


PROYECTO:

CONSTRUCCIÓN CAMPO DE BÉISBOL EN EL SECTOR GUANUMA, T- 270

Municipio Santo Domingo R.D.

SEPTIEMBRE 2026

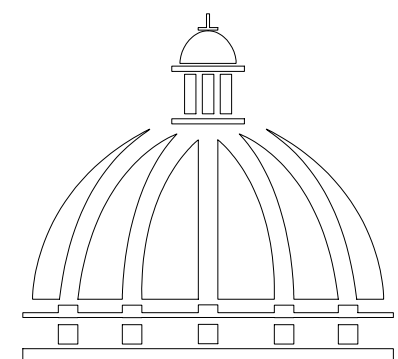

**GOBIERNO DE LA
REPÚBLICA DOMINICANA**

PROYECTO:
CONSTRUCCIÓN CAMPO DE BÉISBOL EN EL
SECTOR GUANUMA- 270

Mun. Santo Domingo Norte, Prov. Santo
Domingo Norte, R.D.

EQUIPO DE TRABAJO:

DISEÑO ARQUITECTÓNICO
ARQ.

codia 00000

ENC. INGENIERÍA
ING.

codia 00000

ESTRUCTURAL
ING.

codia 00000

ELÉCTRICO
ING.

codia 00000

HIDRO-SANITARIO
ING.

codia 00000

SELLO DE APROBACIÓN:

FECHA:

CONTENIDO:

PLANTA ARQUITECTONICA
DE CONJUNTO
PLAY DE BEISBOL


ESCALA:

1:500

SEPTIEMBRE 2026

NO. PÁGINA:

001

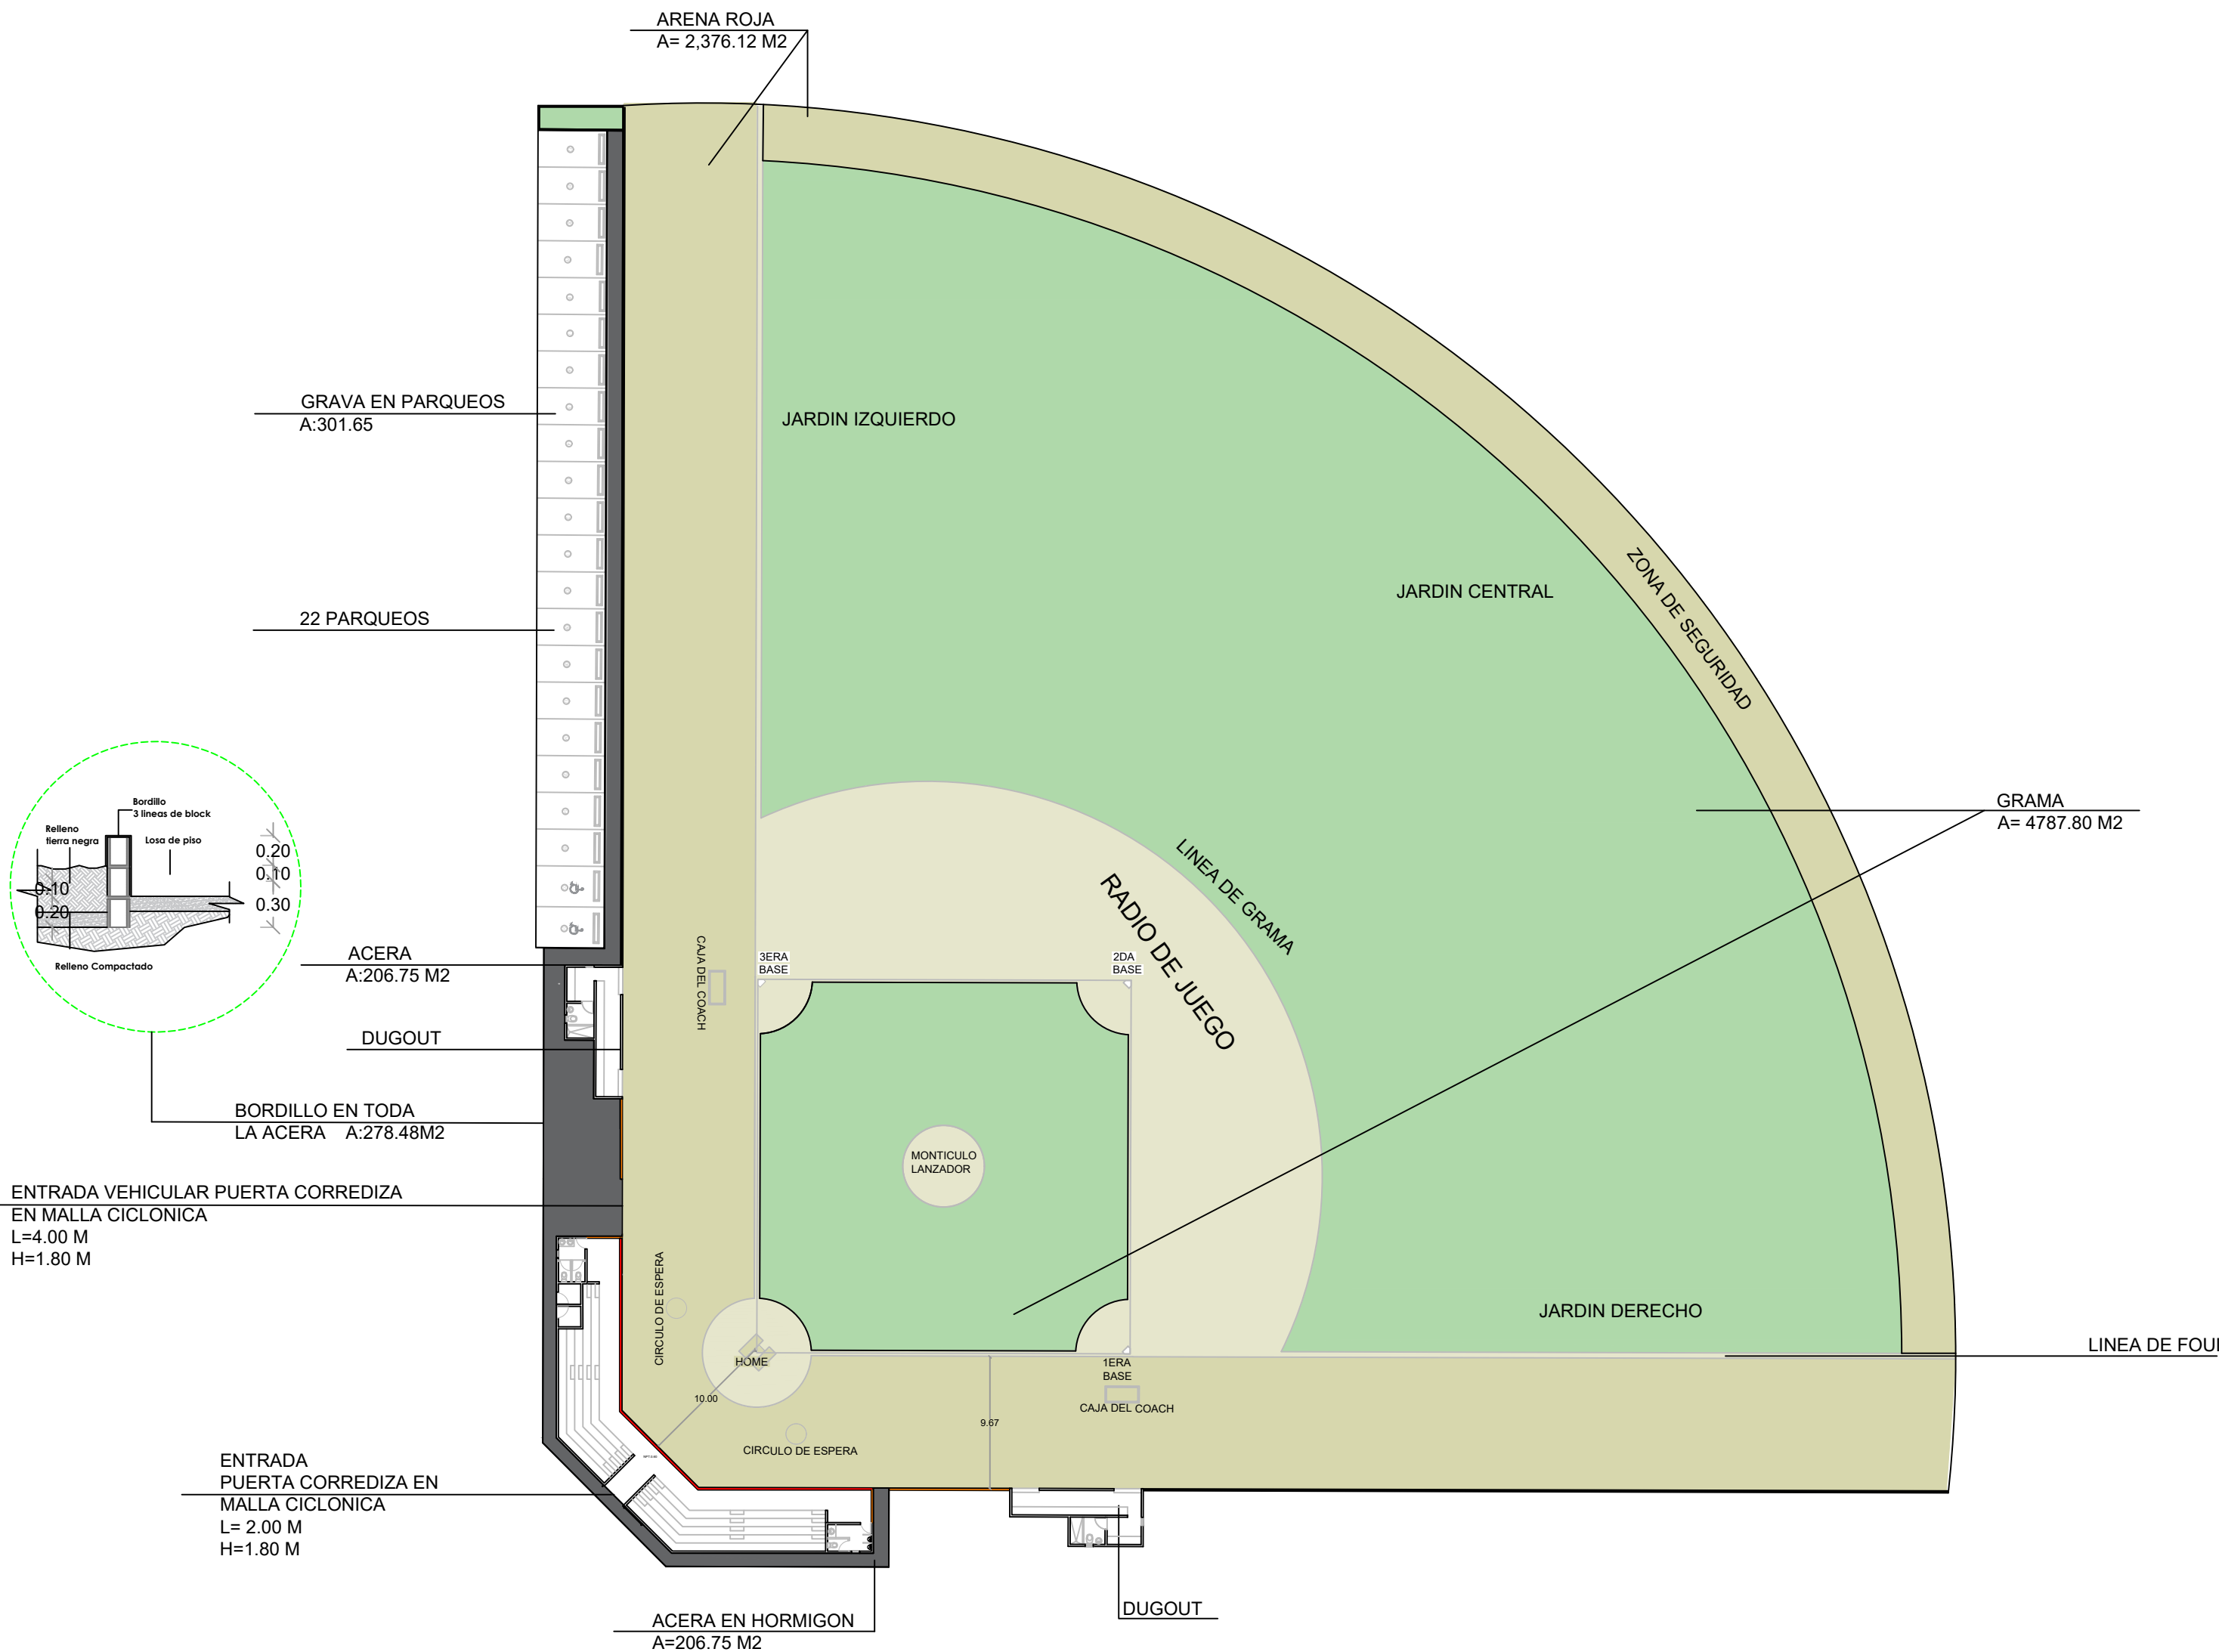

PROYECTO:
**CONSTRUCCIÓN CAMPO DE BÉISBOL EN EL
SECTOR GUANUMA- 270**

Mun. Santo Domingo Norte, Prov. Santo
Domingo Norte, R.D.

EQUIPO DE TRABAJO:	
DISEÑO ARQUITECTÓNICO ARQ.	codia 00000
ENC. INGENIERÍA ING.	codia 00000
ESTRUCTURAL ING.	codia 00000
ELÉCTRICO ING.	codia 00000
HIDRO-SANITARIO ING.	codia 00000

SELLO DE APROBACIÓN:


FECHA: _____


CONTENIDO:
**PLANTA ARQUITECTONICA
DE CONJUNTO
PLAY DE BEISBOL**

ESCALA:
1:100

SEPTEMBRE 2026

NO. PÁGINA:
003

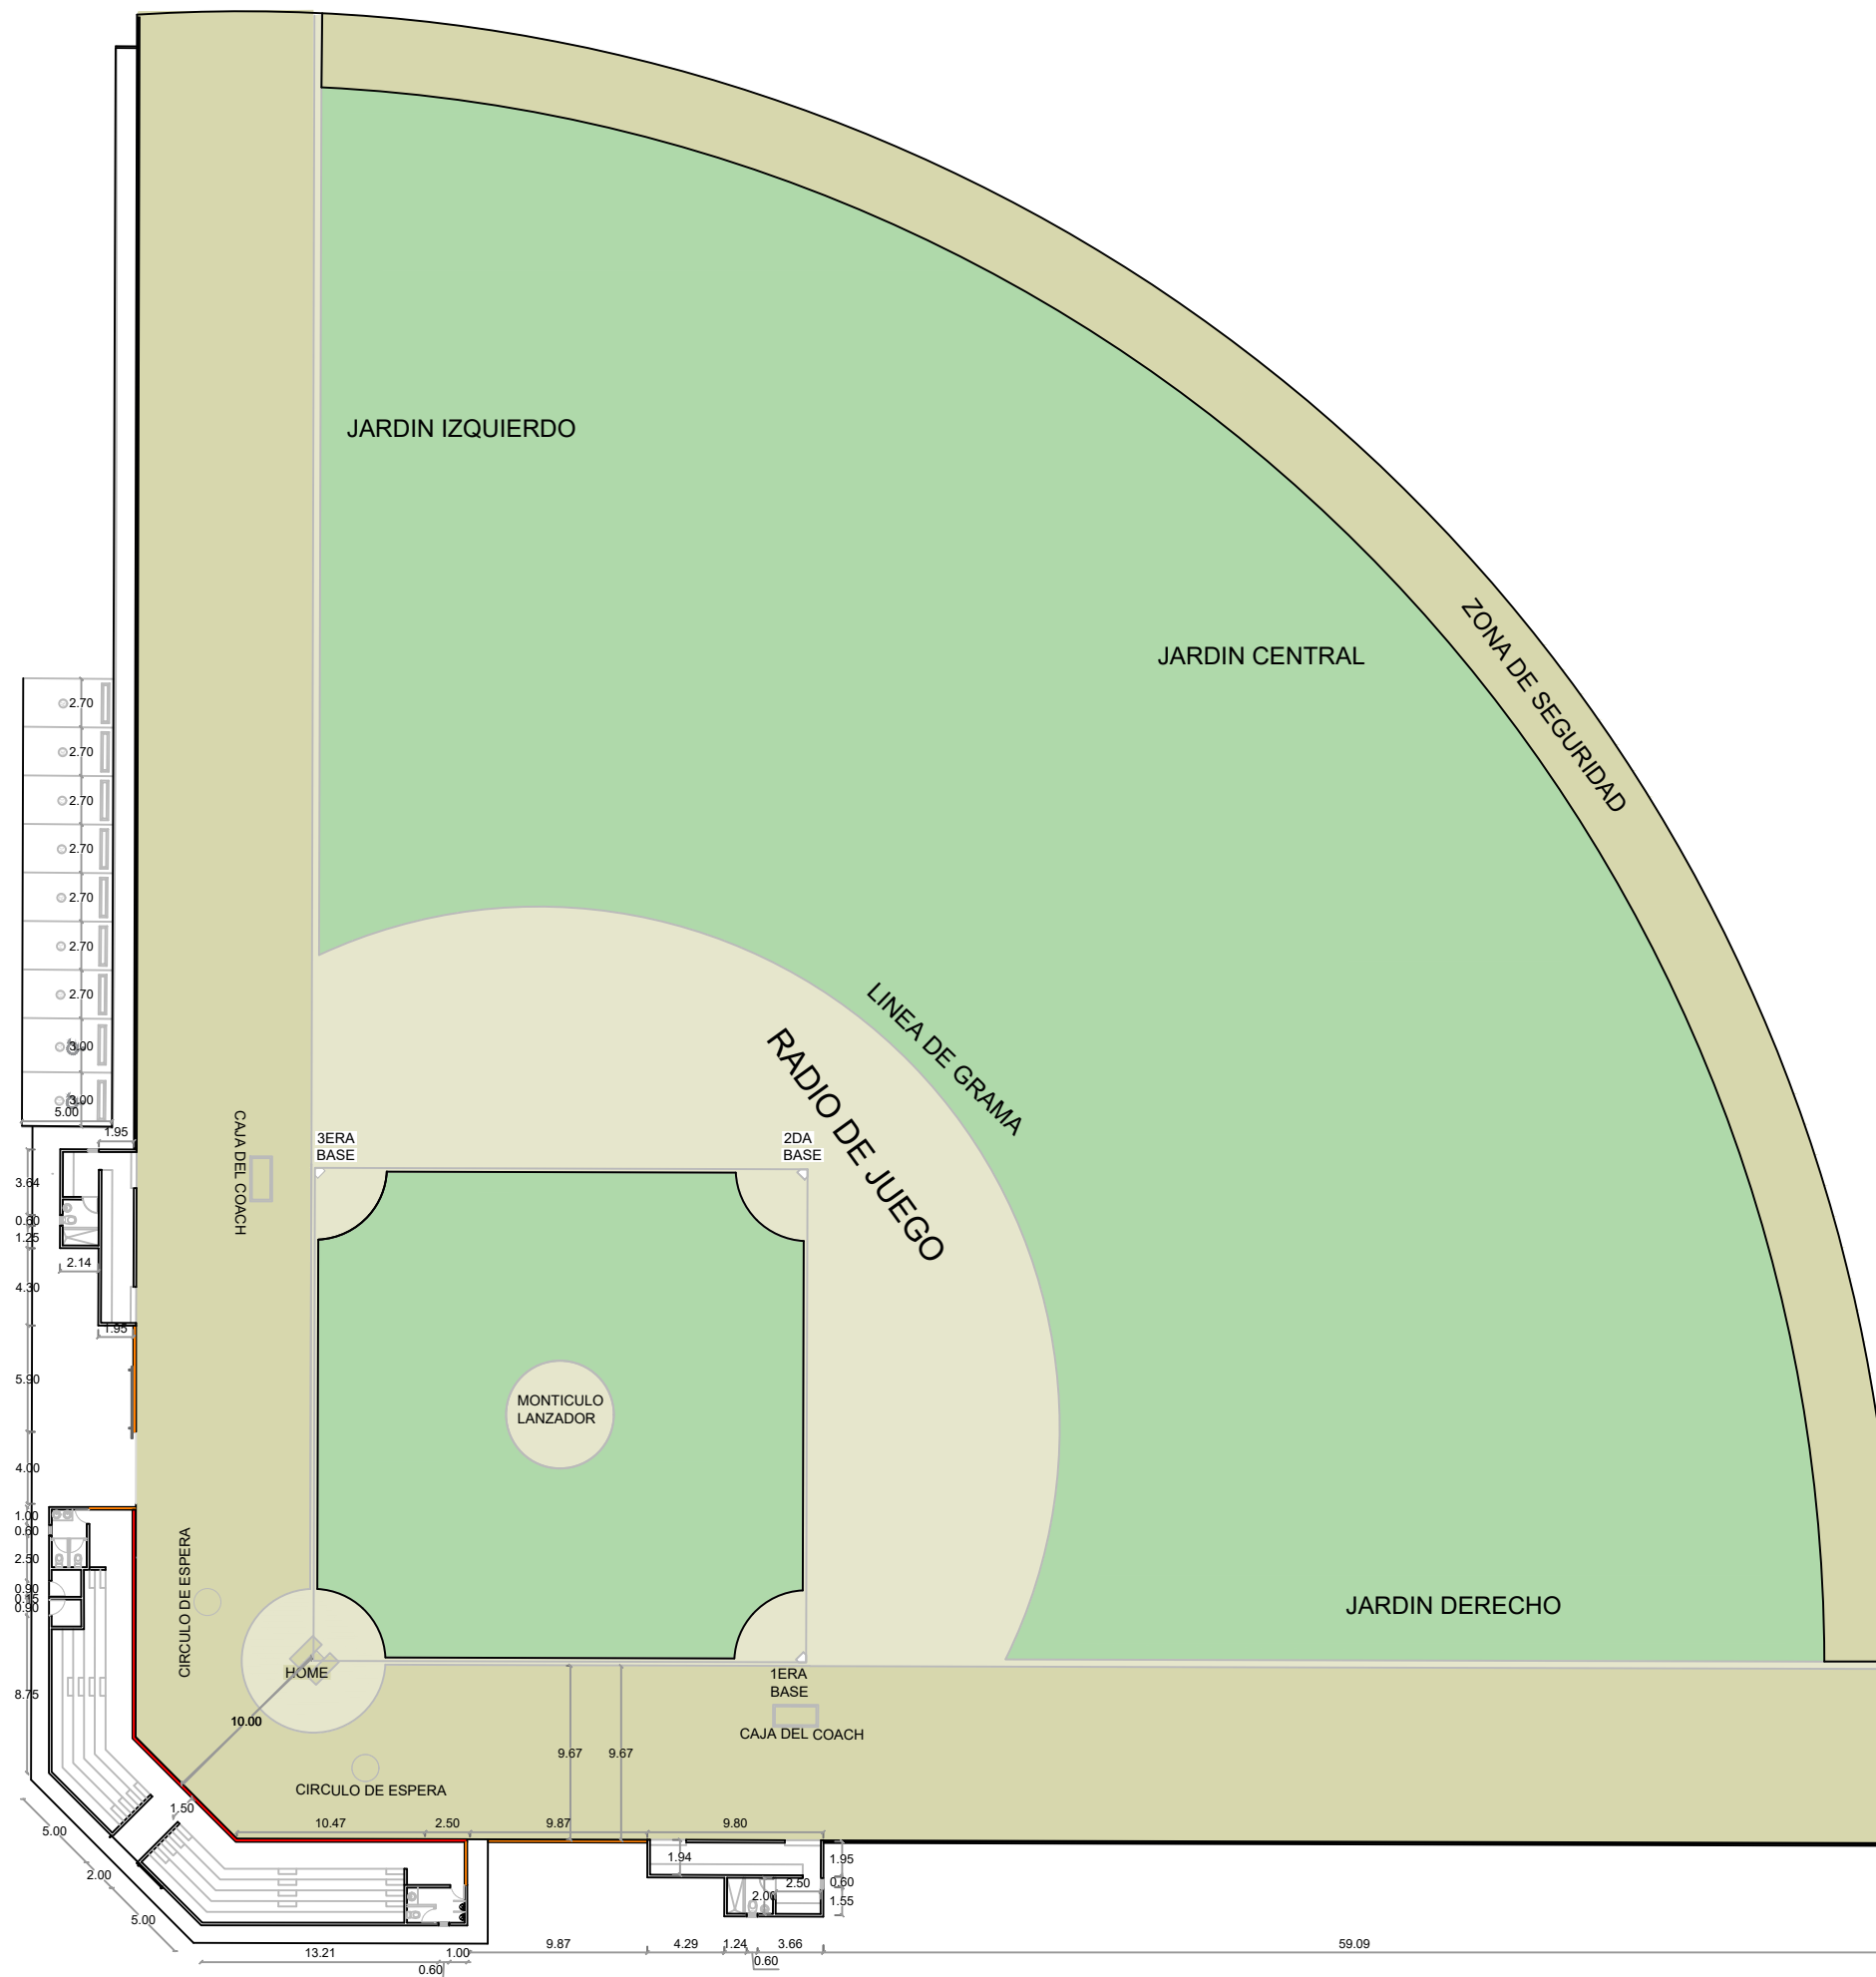

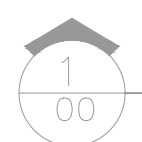

ESC. 1:500



**DIRECCION DE DESARROLLO
PROVINCIAL
DDP**

Ave. Dr. Delgado, Esq. Moises García,
Gazcue, Sto. Dgo., R.D.
TEL.: (809)-364-2189 | FAX.: (809)- 688-1665
E-Mail: info@cpadp.gob.do

PROYECTO:
**CONSTRUCCIÓN CAMPO DE BÉISBOL EN EL
SECTOR GUANUMA- 270**

Mun. Santo Domingo Norte, Prov. Santo
Domingo Norte, R.D.

EQUIPO DE TRABAJO:
DISEÑO ARQUITECTÓNICO
ARQ. _____
codia 00000

ENC. INGENIERÍA
ING. FIOR DALIZA BONIFACIO
codia 00000

ESTRUCTURAL
ING. Leopoldo Berroa
codia 00000

ELÉCTRICO
ING. _____
codia 00000

HIDRO-SANITARIO
ING. _____
codia 00000

SELLO DE APROBACIÓN:

FECHA: _____

CONTENIDO:

PLANTA DETALLE DE VERJA


ESCALA:
1:100

SEPTIEMBRE 2026

NO. PÁGINA:
004






LEYENDA DE MURO	
	BACKSTOP H=5.40M L= 27.11 M
	MURO DE BLOQUES - CENTER FIELD H=1.80 M L=160.76 M
	MURO DE BLOQUES H=1.80 M L=160.76M
	MURO DE BLOQUES Y MALLA CICLÓNICA H=1.80 L =137.84 M

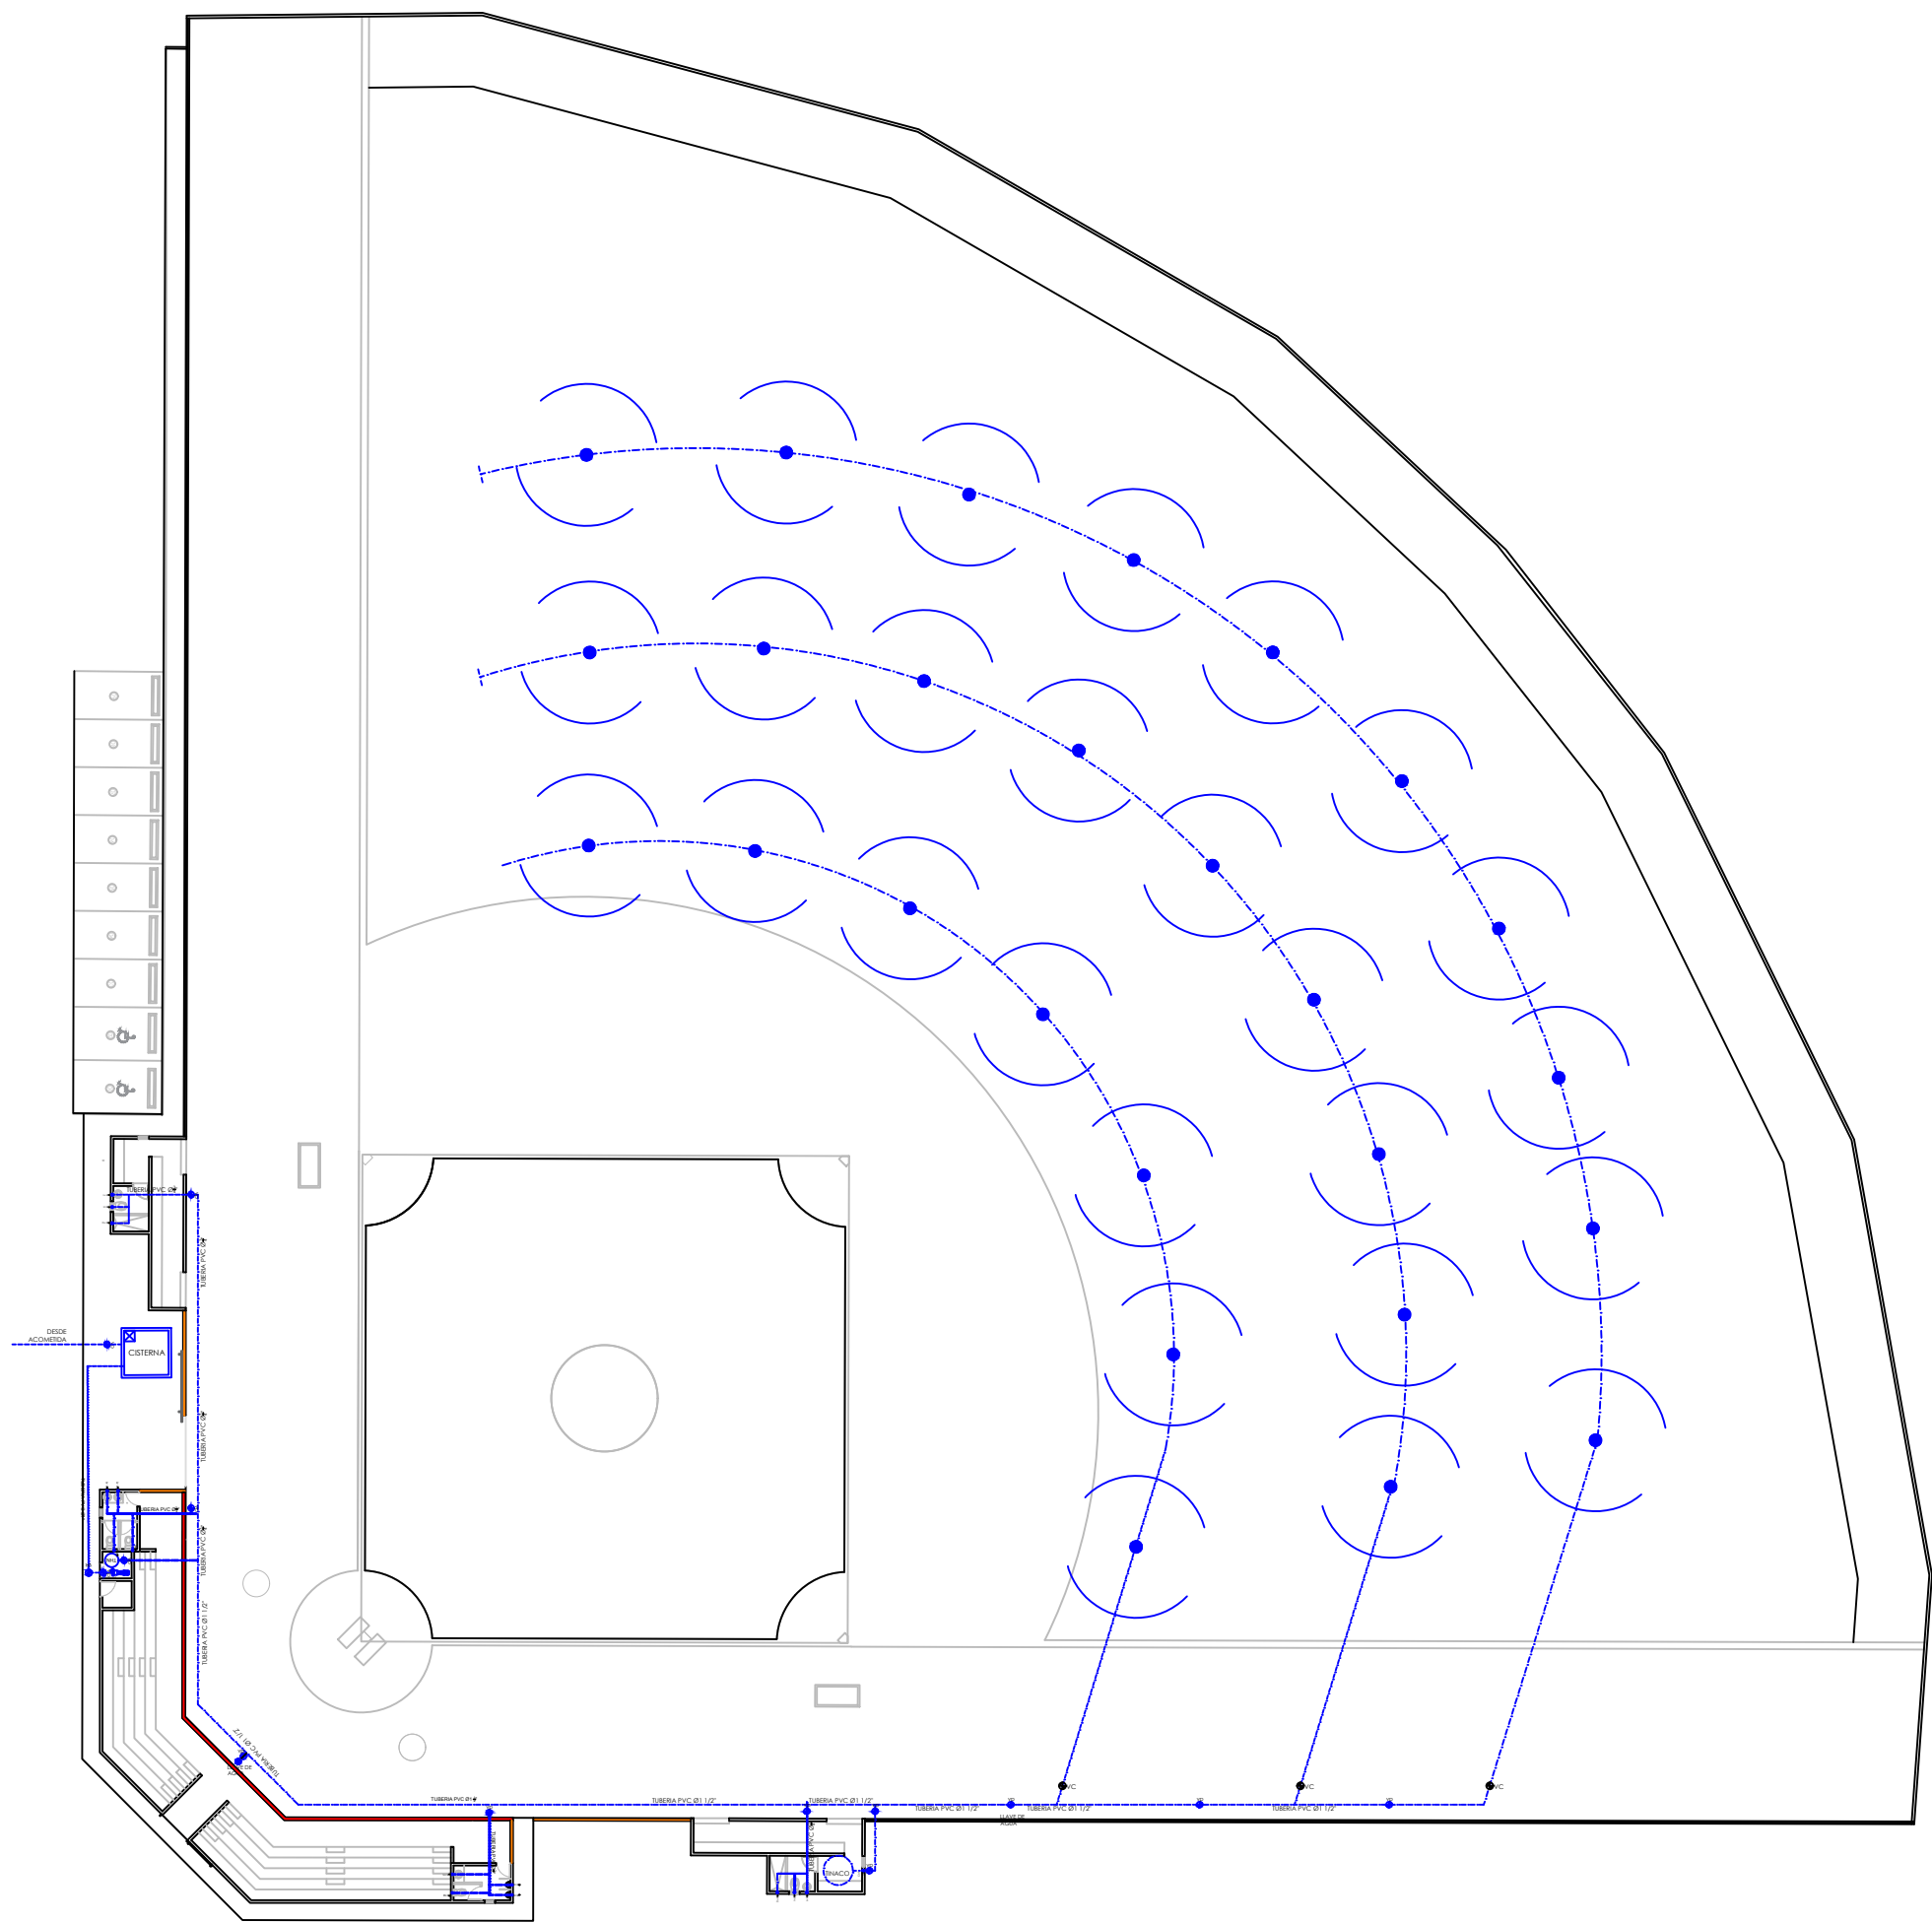

1
00

PLANTA INSTALACIONES SANITARIAS - AGUA POTABLE
ESC. 1:100

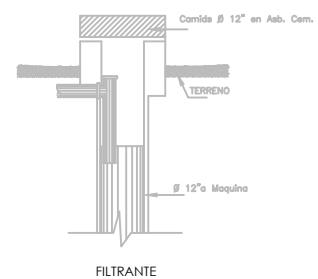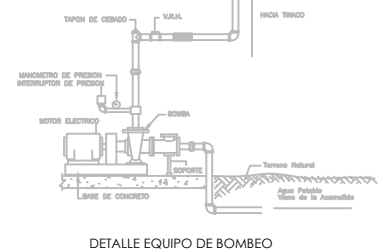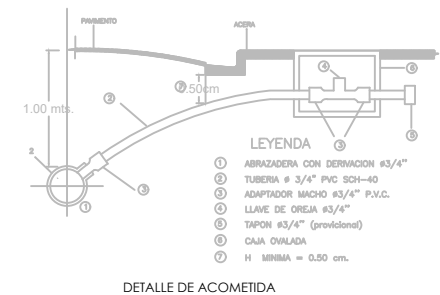

LEYENDA SANITARIA					
SÍMBOLO	ABREV.	DESCRIPCION	SÍMBOLO	ABREV.	DESCRIPCION
	i	INODORO		VP	VALVULA DE PASO
	Lm	LAVAMANOS			TUBERIA
	D	DUCHA			ASPERSORES
	Fr	FREGADERO			LLAVE DE AGUA



DIRECCION DE DESARROLLO PROVINCIAL DDP

Ave. Dr. Delgado, Esq. Moises García,
Gazcue, Sto. Dgo., R.D.
TEL.: (809)-364-2189 | FAX.: (809)- 688-1665
E-Mail: info@cpadp.gob.do

PROYECTO:
CONSTRUCCIÓN CAMPO DE BÉISBOL EN EL SECTOR GUANUMA- 270

Mun. Santo Domingo Norte, Prov. Santo Domingo Norte, R.D.

EQUIPO DE TRABAJO:

DISEÑO ARQUITECTÓNICO
ARQ. codia 00000

ENC. INGENIERÍA
ING. codia 00000

ESTRUCTURAL
ING. codia 00000

ELÉCTRICO
ING. codia 00000

HIDRO-SANITARIO
ING. codia 00000

SELLO DE APROBACIÓN:


FECHA: _____

CONTENIDO:
**PLANTA INSTALACIONES
SANITARIAS AGUA POTABLE**

ESCALA:
1:100

SEPTIEMBRE 2026


NO. PÁGINA:
005

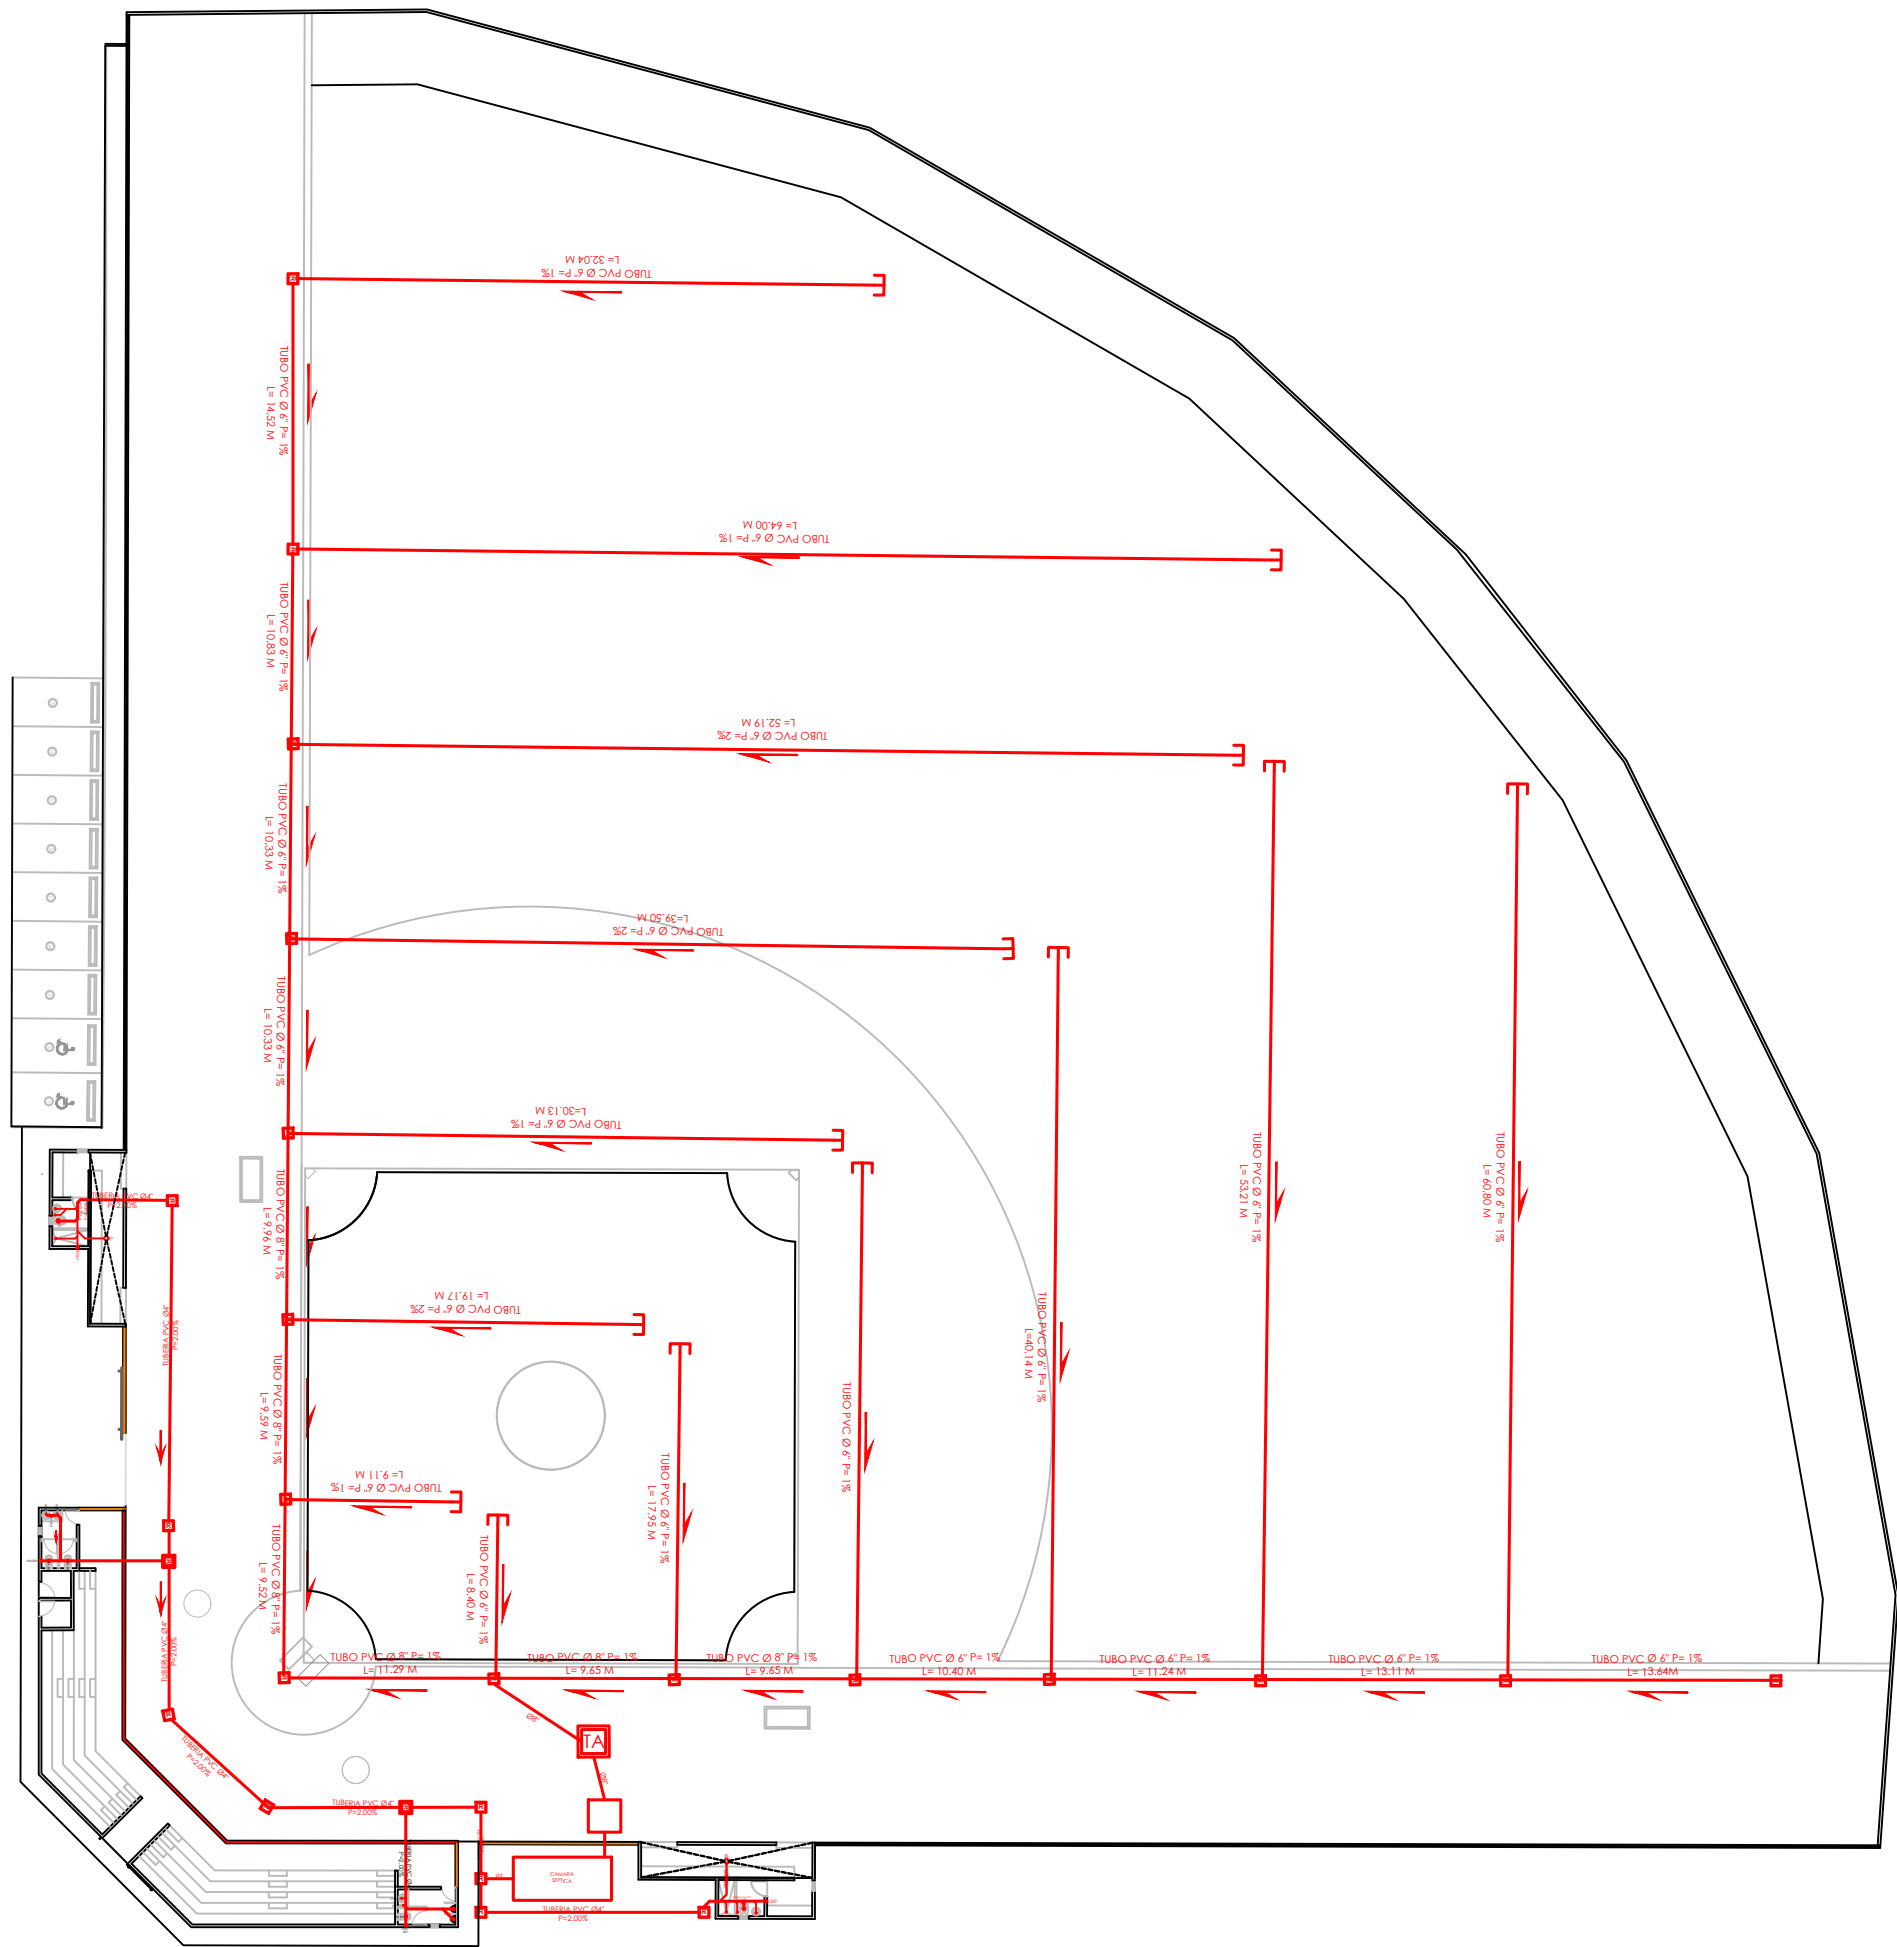


1
00

PLANTA INSTALACIONES SANITARIAS - AGUAS NEGRAS

ESC. 1:500

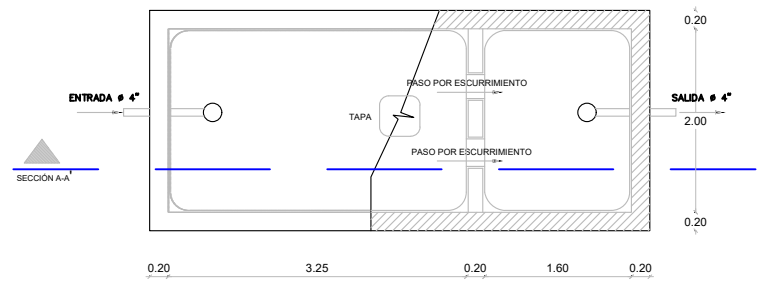


PLANTA

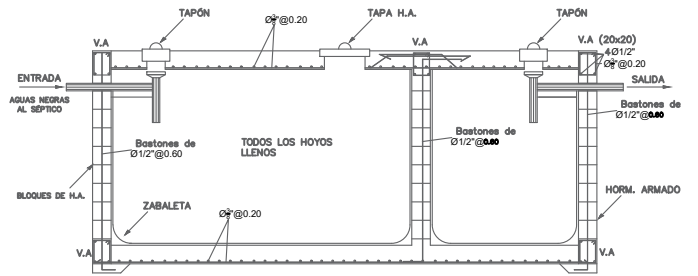


SECCIÓN A-A

DETALLE REGISTRO

DETALLE TRAMPA DE ARENA

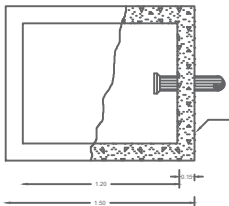

PLANTA

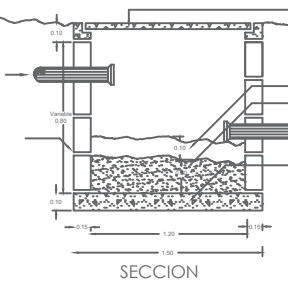


SECCION

PLANTA




PLANTA

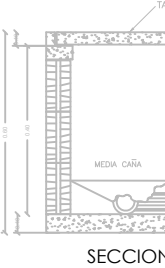


SECCION

DRENAJE CANALES RECOLECTORES DE AGUA PLUVIAL TERRENO DE JUEGO

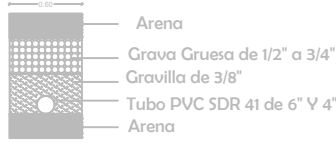

- NOTA
- TODAS LAS TUBERIAS A USAR EN LOS SISTEMAS DE DESAGUES DE AGUA POTABLE, AGUAS NEGRAS Y PLUVIAL SERAN DE P.V.C
 - LA PENDIENTE DE LAS TUBERIAS DEL SISTEMA DE DESAGUE DE AGUAS NEGRAS SERAN DE 2%
 - LAS TUBERIAS DE VENTILACION SUBIRAN 0.30 M SOBRE EL NIVEL DE TECHO
 - TUBERIA DE DRENAJE PLUVIAL PARA EL TERRENO DE JUEGO, TUBO DE 6\"/>
 - LAS TUBERIAS DE DRENAJE PLUVIAL EN PVC DEBEN SER RECUBIERTAS CON UNA MALLA GEOTEXTIL

LEYENDA SANITARIA					
SIMBOLO	ABREV.	DESCRIPCION	SIMBOLO	ABREV.	DESCRIPCION
	i	INODORO			REGISTRO
	Lm	LAVAMANOS			TUBERIA
	D	DUCHA			TRAMPA DE ARENA
	Fr	FREGADERO			CAMARA SEPTICA

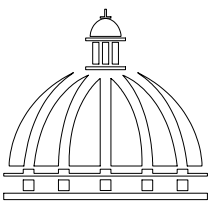

GOBIERNO DE LA
REPÚBLICA DOMINICANA

DIRECCION DE DESARROLLO
PROVINCIAL
DDP

Ave. Dr. Delgado, Esq. Moises García,
Gazcue, Sto. Dgo., R.D.
TEL.: (809)-364-2189 | FAX.: (809)- 688-1665
E-Mail: info@cpadp.gob.do

PROYECTO:
CONSTRUCCIÓN CAMPO DE BÉISBOL EN EL
SECTOR GUANUMA- 270

Mun. Santo Domingo Norte, Prov. Santo
Domingo Norte, R.D.

EQUIPO DE TRABAJO:

DISEÑO ARQUITECTÓNICO
ARQ.

codia 00000

ENC. INGENIERÍA
ING.

codia 00000

ESTRUCTURAL
ING.

codia 00000

ELÉCTRICO
ING. J

codia 00000

HIDRO-SANITARIO
ING.

codia 00000

SELLO DE APROBACIÓN:

FECHA:

CONTENIDO:

PLANTA INSTALACIONES
SANITARIAS AGUAS NEGRAS


ESCALA:

1:100


SEPTIEMBRE 2026


NO. PÁGINA:


006

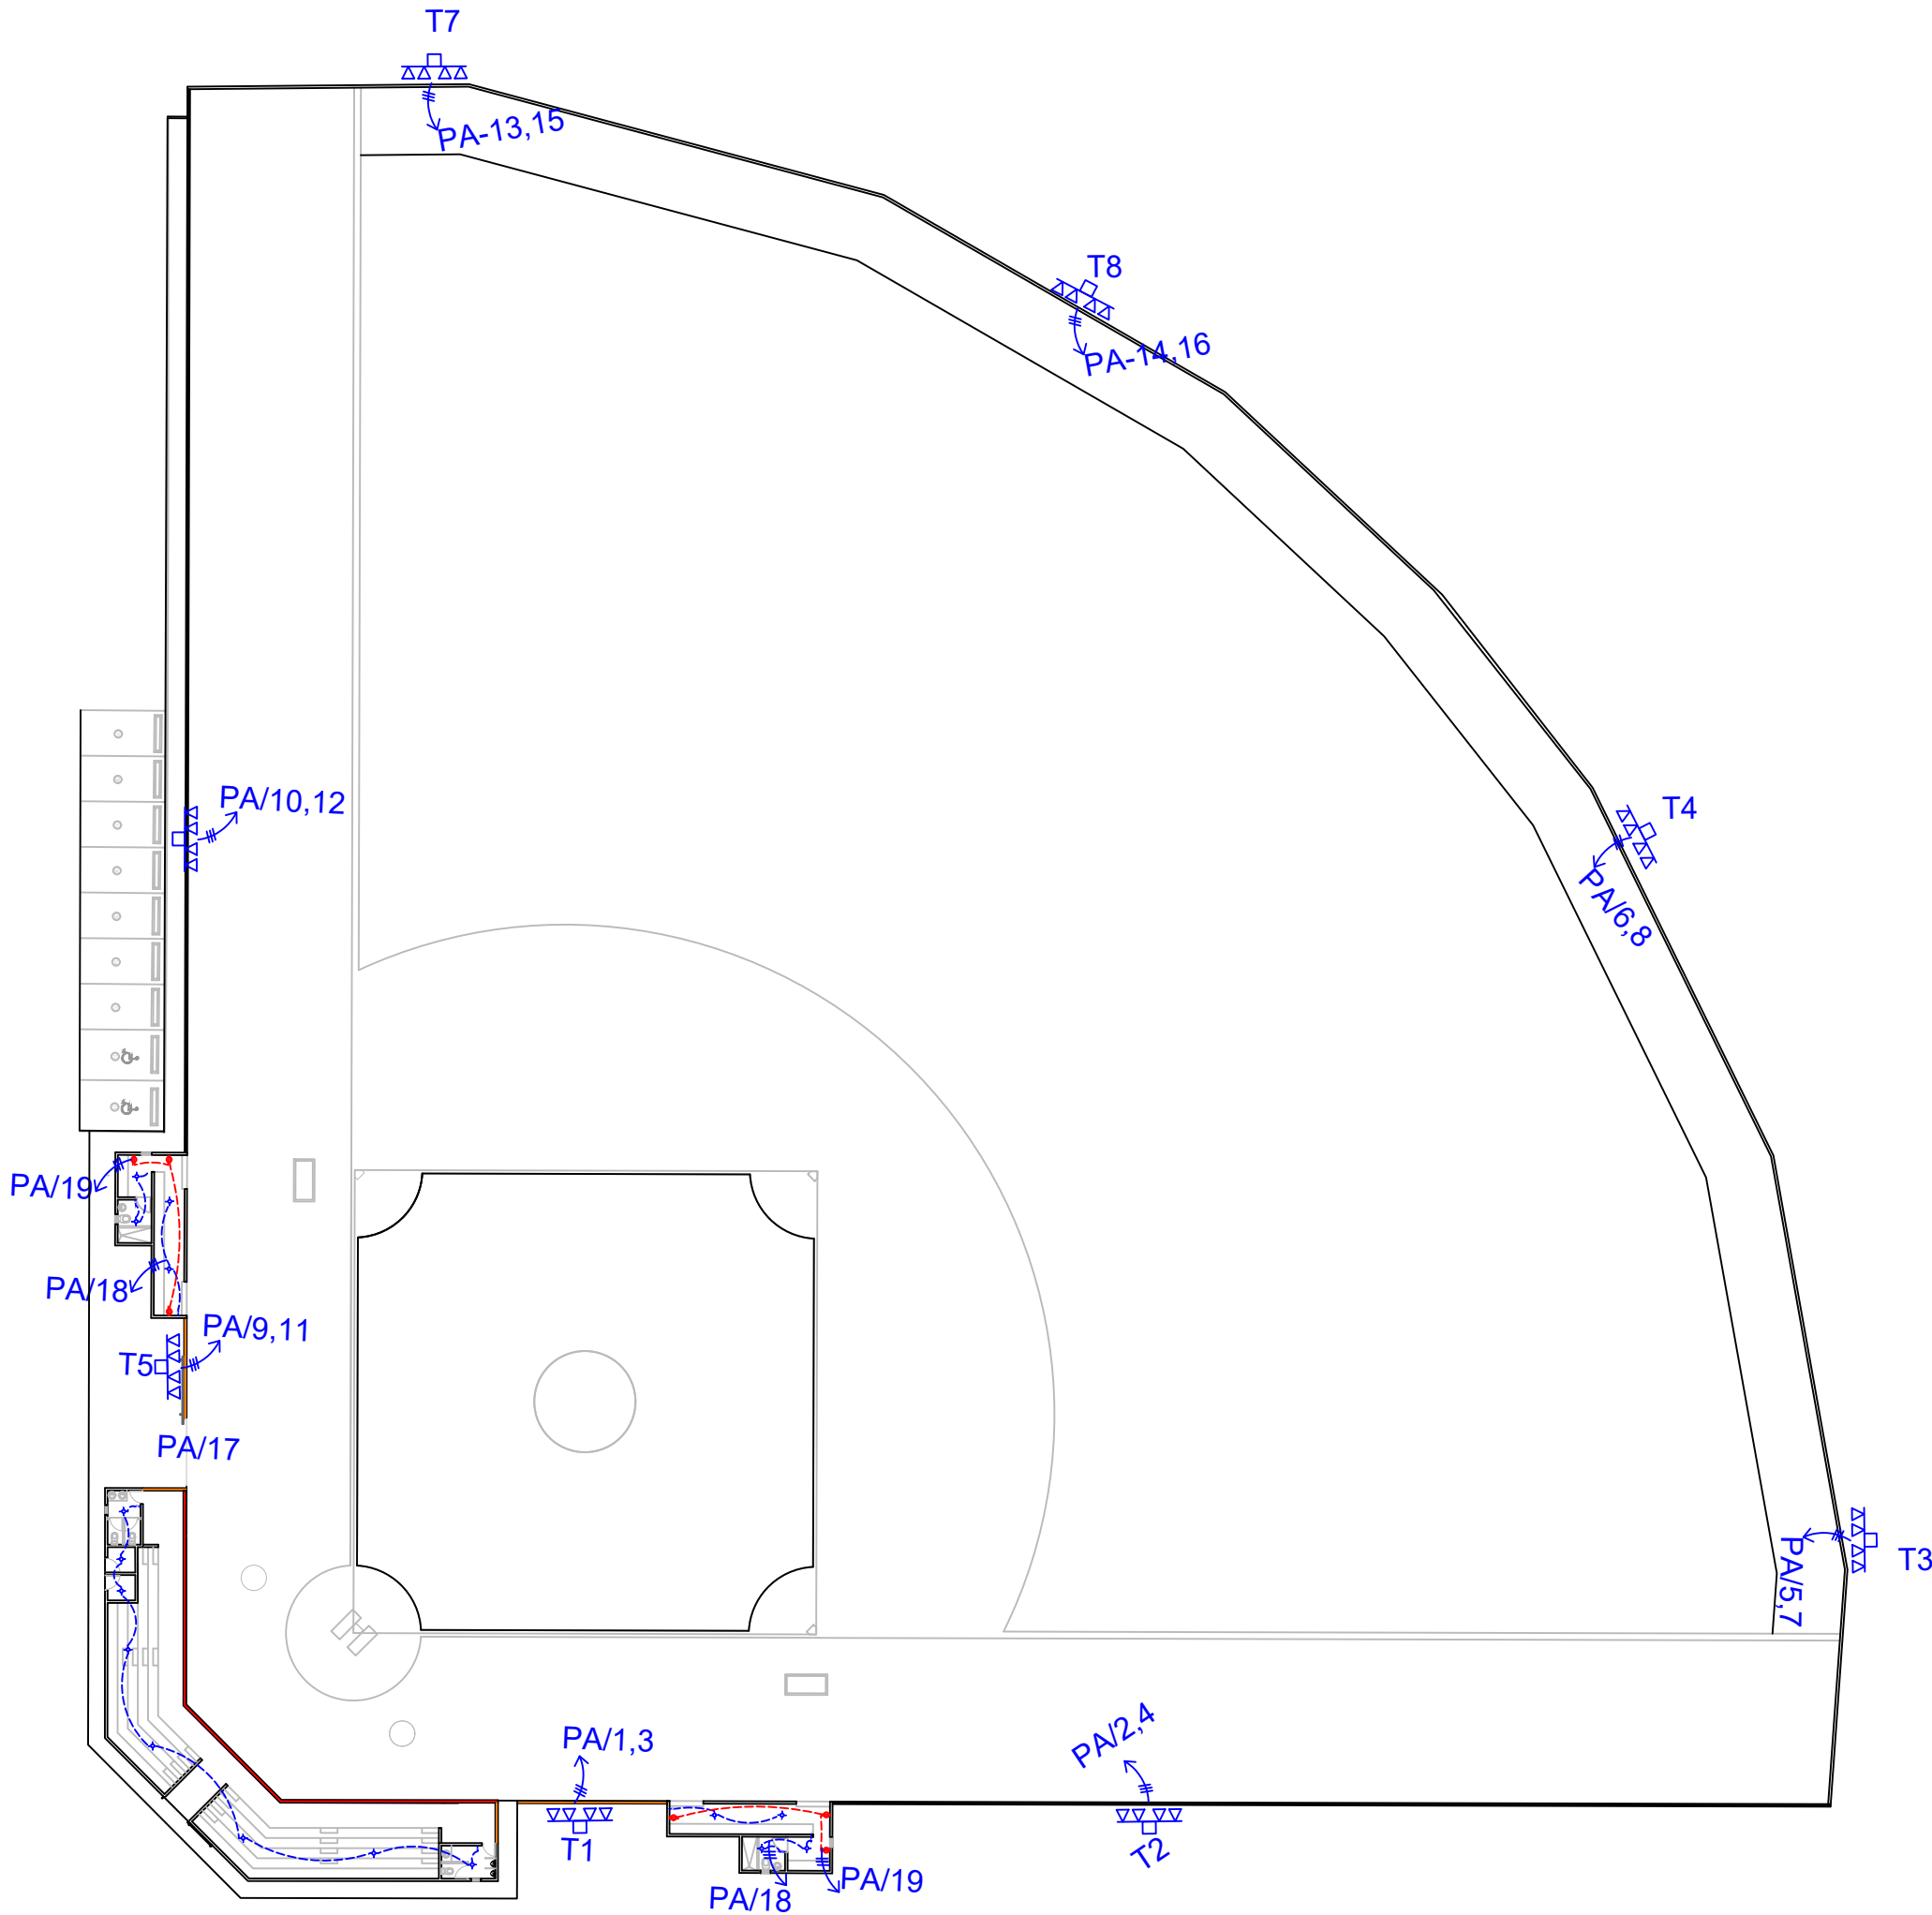

LEYENDA	
SIMBOLOGÍA	NOMBRE
	Luces de Techo
	Luces colgante tipo campana
	Lampara flouir 4x4
	Lampara flouir 2x4
	Luces de Pared
	Interruptores sencillo, 15A, 120V
	Interruptores doble, 15A, 120V
	Interruptores triple, 15A, 120V
	Interruptores 3 Way, 15A, 120V
	Interruptores 4 Way, 15A, 120V
	Interruptores Con luz piloto, 15A, 120V
	Poste Hormigon Armado 50' con escalerilla lampara MH, 1500W, 240 V
	Toma Corriente 120V, Doble, 20A
	Toma Corriente 240V, Sencillo, 30A
	Toma Corriente 120 de UPS, Doble, 20A
	Teléfono
	Antena de Televisión
	Data
	Hacia el Panel con 2 hilos
	Hacia el Panel con 3 hilos
	Tubería Empotrada en Losa
	Tubería Empotrada en Tierra
	Panel de Distribución Eléctrica
	Panel Board
	Breaker
	Registro
	Medidor o contador
	Transformador
	Abanico de Techo
	Equipos Eléctricos
	Transfer Switch
	Módulo de Contador
	Enclosed Breaker
	Tubería Empotrada con 3 hilos
	Inversor, UPS

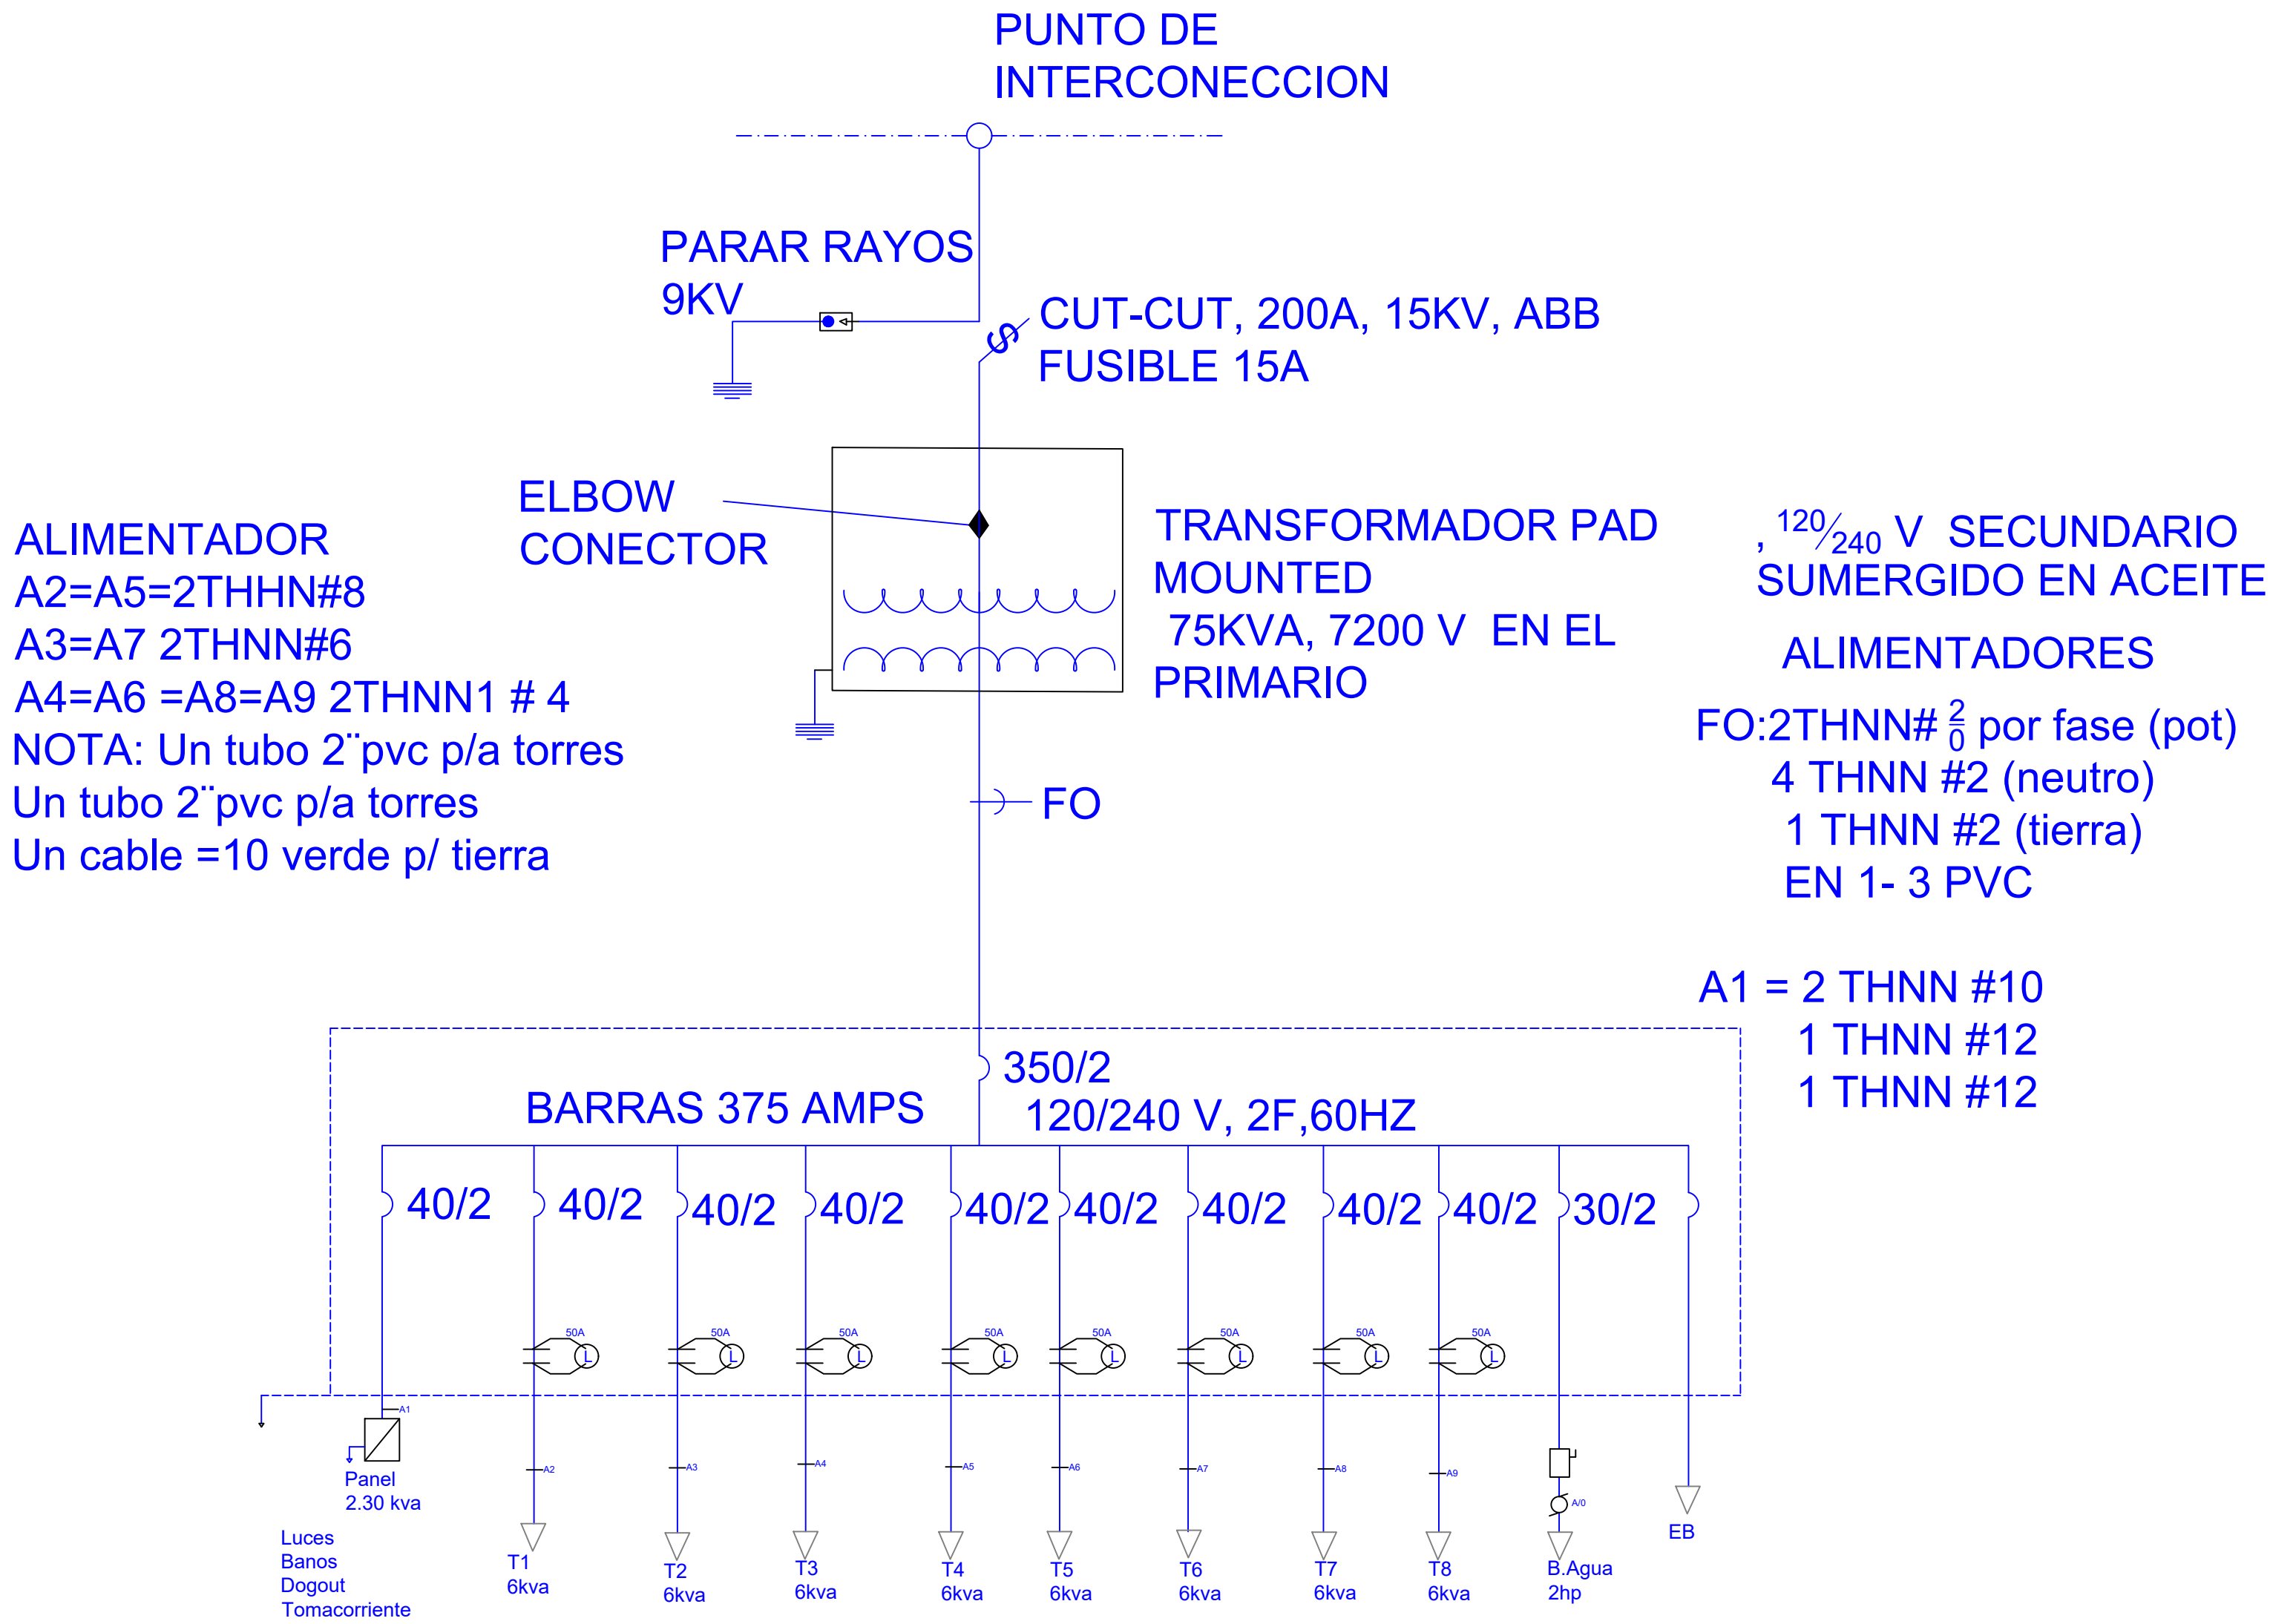

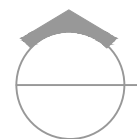 DRIAGRAMA UNIFILAR
ESC. N/E

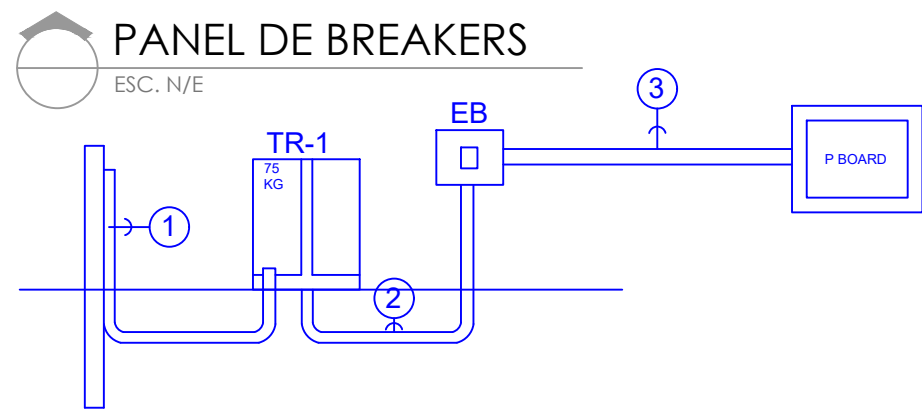

DIRECCION DE DESARROLLO PROVINCIAL DDP

Ave. Dr. Delgado, Esq. Moises García, Gazcue, Sto. Dgo., R.D.
TEL.: (809)-364-2189 | FAX.: (809)- 688-1665
E-Mail: info@cpadp.gob.do

PROYECTO:
CONSTRUCCIÓN CAMPO DE BÉISBOL EN EL SECTOR GUANUMA- 270

Mun. Santo Domingo Norte, Prov. Santo Domingo Norte, R.D.

EQUIPO DE TRABAJO:

DISEÑO ARQUITECTÓNICO
ARQ. codia 00000

ENC. INGENIERÍA
ING. codia 00000

ESTRUCTURAL
ING. codia 00000

ELÉCTRICO
ING. codia 00000

HIDRO-SANITARIO
ING. codia 00000

SELLO DE APROBACIÓN:


FECHA:

CONTENIDO:
DIAGRAMA UNIFILAR

ESCALA:
N/A

SEPTIEMBRE 2026

NO. PÁGINA:
008

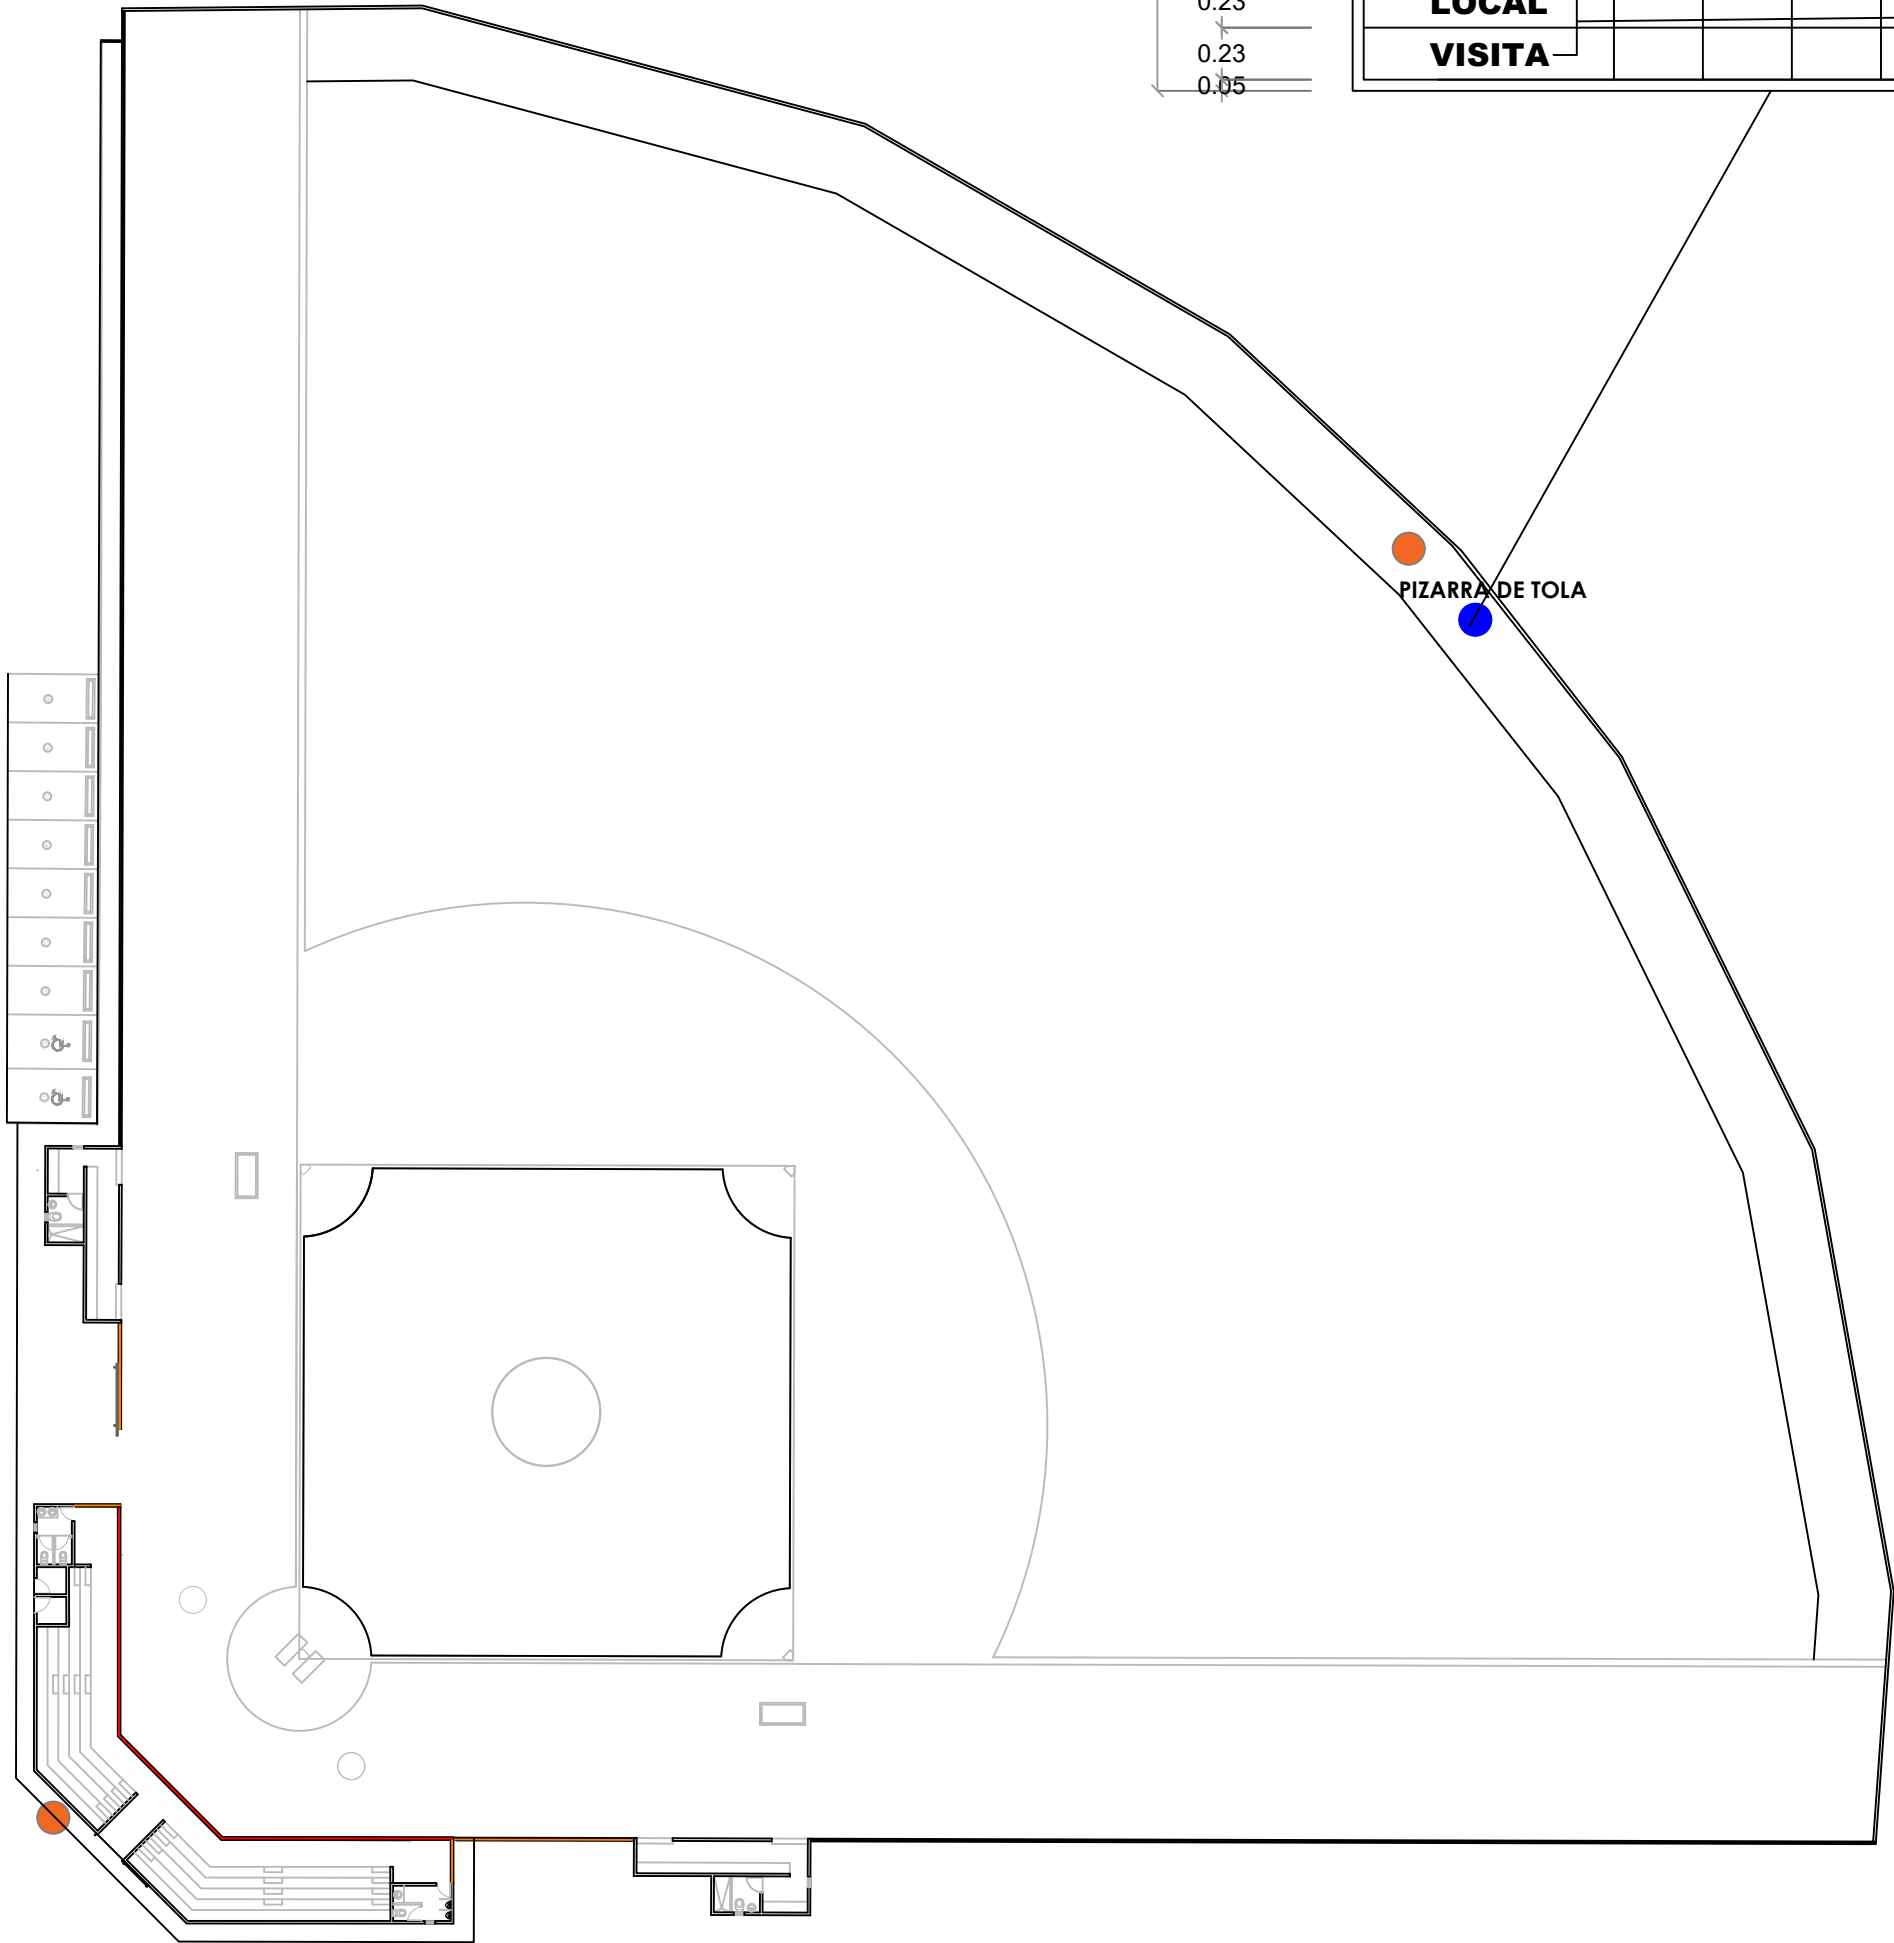

PIZARRA DE TOLA

LEYENDA ZONIFICACION DE LOGOS		
SIMBOLO	DESCRIPCION	CANTIDAD
●	LOGOS	2

NOTA: CADA LOGO TENDRA DE DIAMETRO 1.20 M
ESTA CENTRALIZADO RESPECTO AL ESPACIO
DONDE SE UBICA, ESTO ES DE ACUERDO AL
ANCHO Y AL ALTO DEL AREA



**DIRECCION DE DESARROLLO
PROVINCIAL
DDP**

Ave. Dr. Delgado, Esq. Moises García,
Gazcue, Sto. Dgo., R.D.
TEL.: (809)-364-2189 | FAX.: (809)- 688-1665
E-Mail: info@cpadp.gob.do

PROYECTO:
**CONSTRUCCIÓN CAMPO DE BÉISBOL EN EL
SECTOR GUANUMA- 270**

Mun. Santo Domingo Norte, Prov. Santo
Domingo Norte, R.D.

EQUIPO DE TRABAJO:	
DISEÑO ARQUITECTÓNICO	
ARQ.	codia 00000
ENC. INGENIERÍA	
ING.	codia 00000
ESTRUCTURAL	
ING.	codia 00000
ELÉCTRICO	
ING.	codia 00000
HIDRO-SANITARIO	
ING.	codia 00000

SELLO DE APROBACIÓN:

FECHA: _____

CONTENIDO:
**DETALLE UBICACION
LOGOS Y PIZARRA**

ESCALA:
1:100

SEPTIEMBRE 2026

NO. PÁGINA:
009



PLANTA UBICACION DE LOGO Y PIZARRA

ESC. 1:500

PROYECTO:
**CONSTRUCCIÓN CAMPO DE BÉISBOL EN EL
SECTOR GUANUMA- 270**

Mun. Santo Domingo Norte, Prov. Santo
Domingo Norte, R.D.

EQUIPO DE TRABAJO:

DISEÑO ARQUITECTÓNICO
ARQ.

codia 00000

ENC. INGENIERÍA
ING.

codia 00000

ESTRUCTURAL
ING.

codia 00000

ELÉCTRICO
ING.

codia 00000

HIDRO-SANITARIO
ING.

codia 00000

SELLO DE APROBACIÓN:

FECHA:

CONTENIDO:


DETALLES DE VERJA

ESCALA:


SEPTIEMBRE 2026

NO. PÁGINA:



010

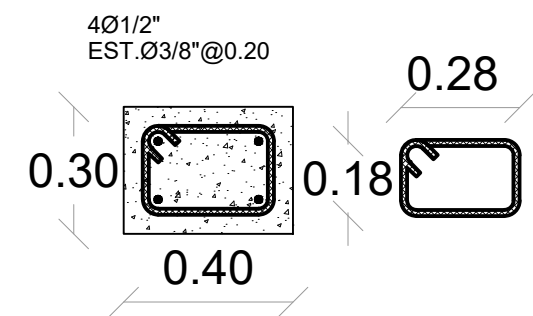


SECCION COLUMNA CA
Columna de amarre @ 3m
Esc. 1:50

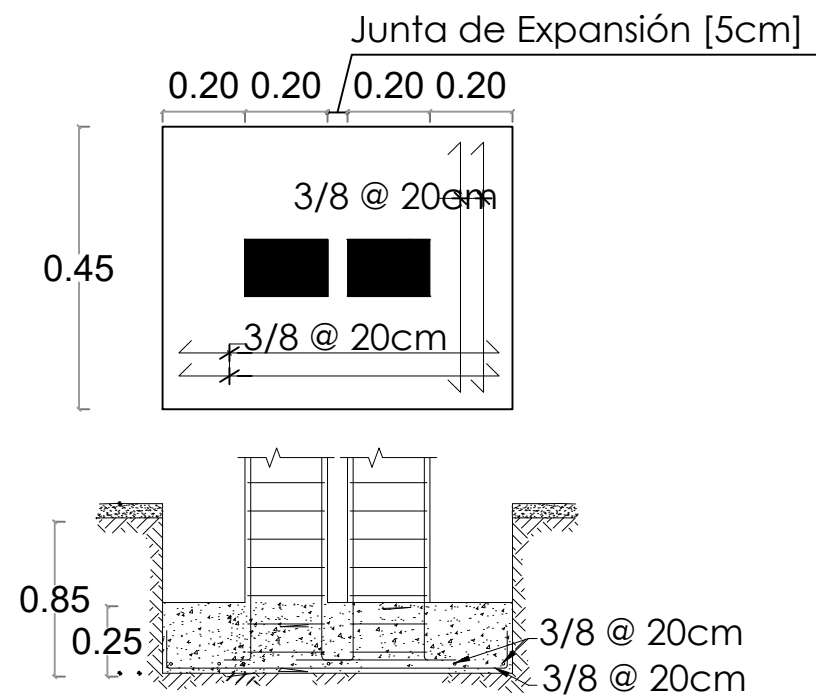


DETALLE ZAPATA COLUMNA EN JUNTA DE EXPANSIÓN
Una junta de expansión c/18m (cada 6 col. de amarre)

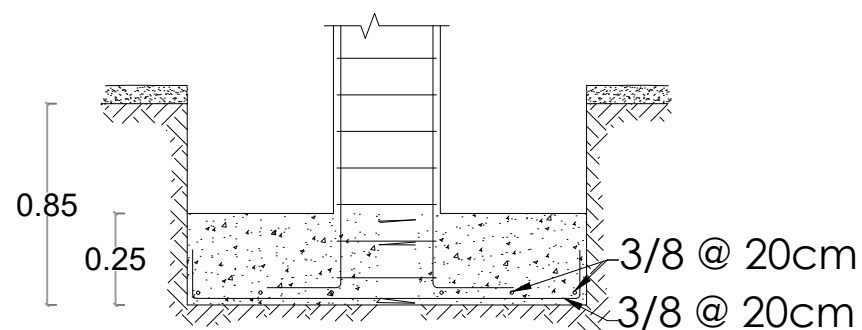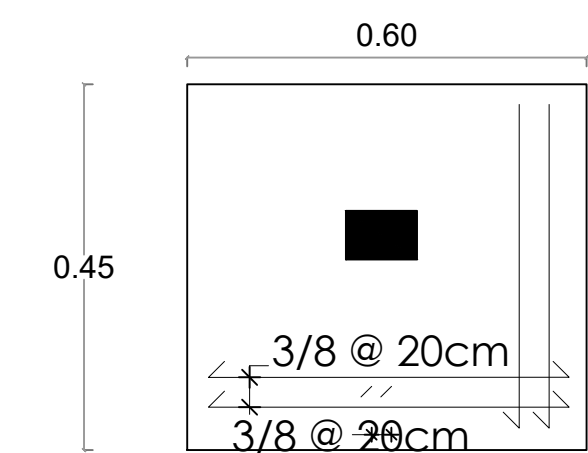


DETALLE ZAPATA COLUMNA CA

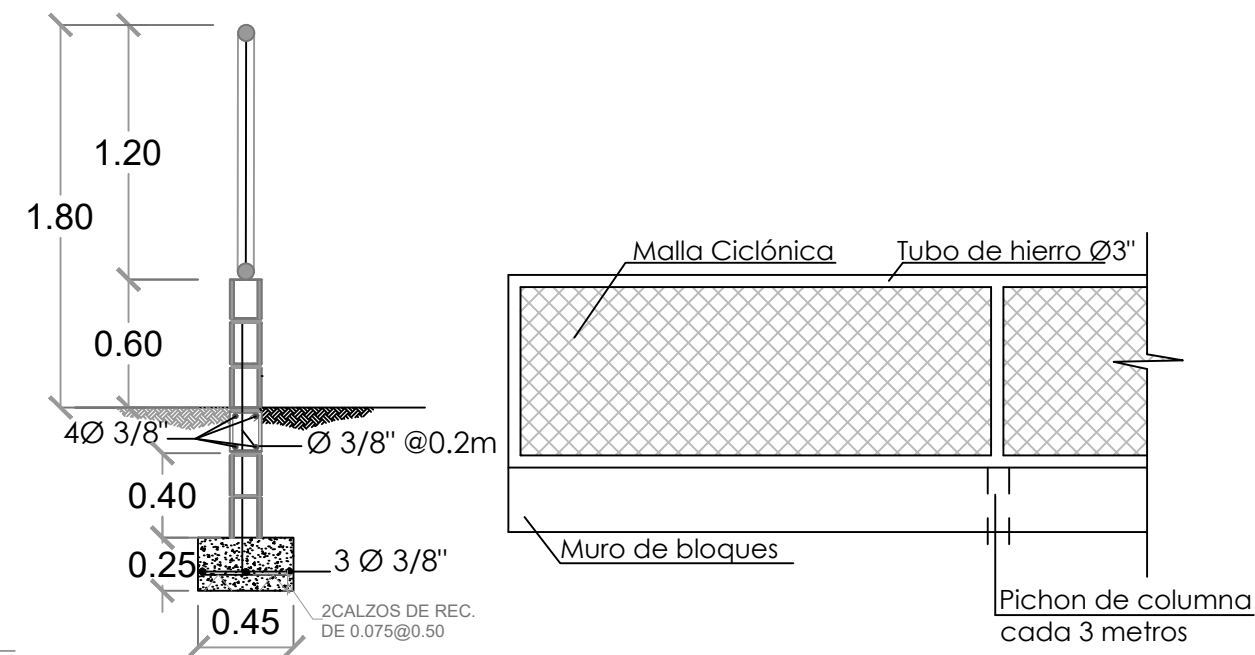


MURO DE BLOQUES Y MALLA CICLÓNICA
H=1.80 M L= 159.36 M

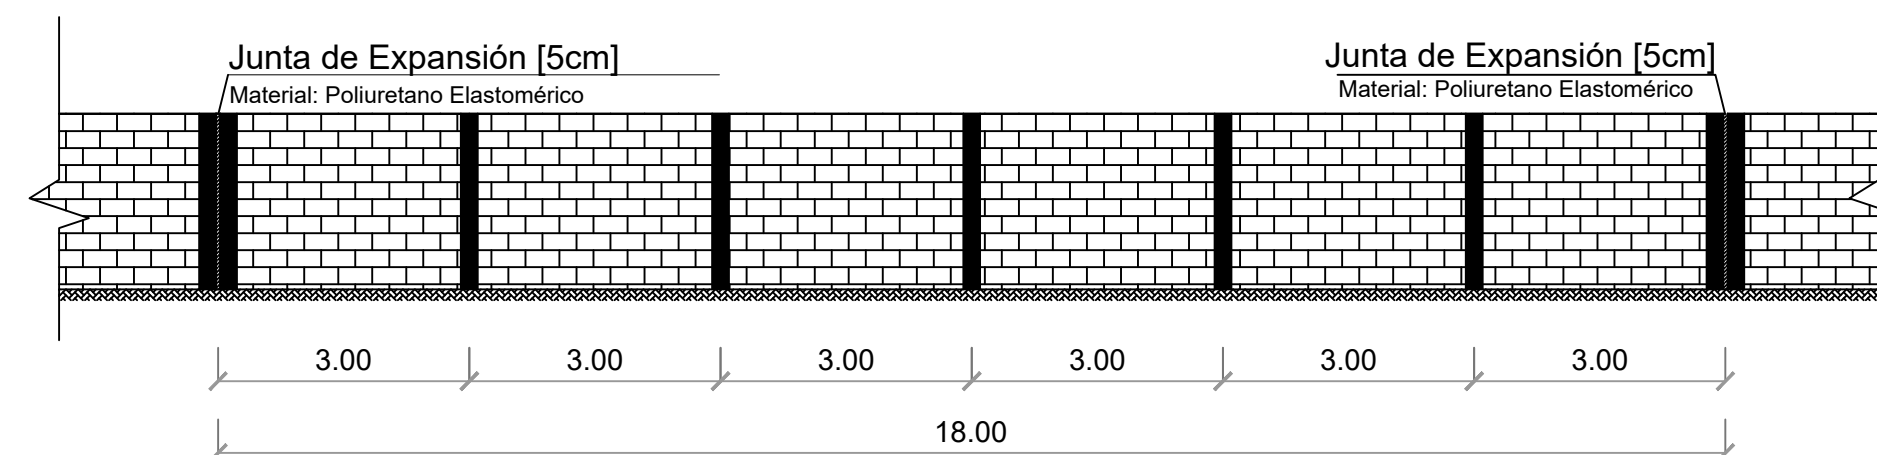


ELEVACIÓN VERJA DE BLOQUES C/ JUNTA DE EXPANSIÓN
Una junta de expansión c/18m (cada 6 col. de amarre)

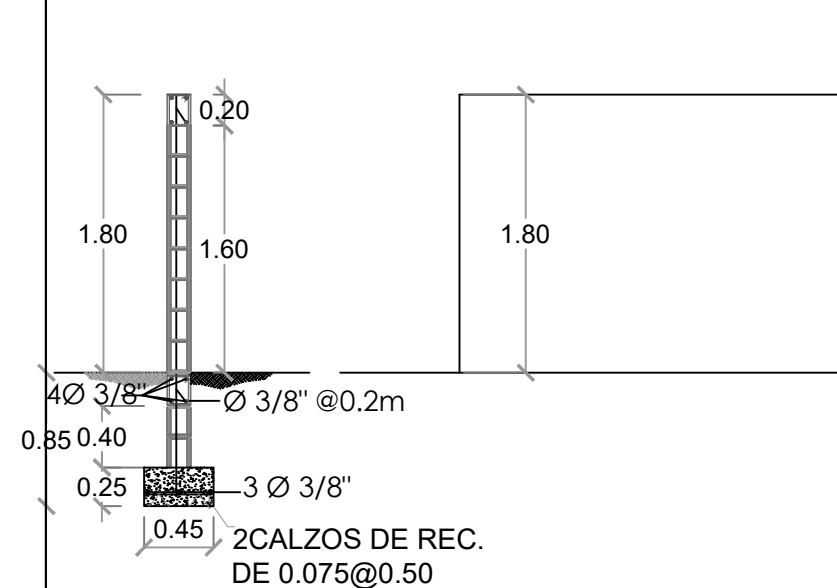



MURO DE BLOQUES H=1.80 M L= 191.27 M

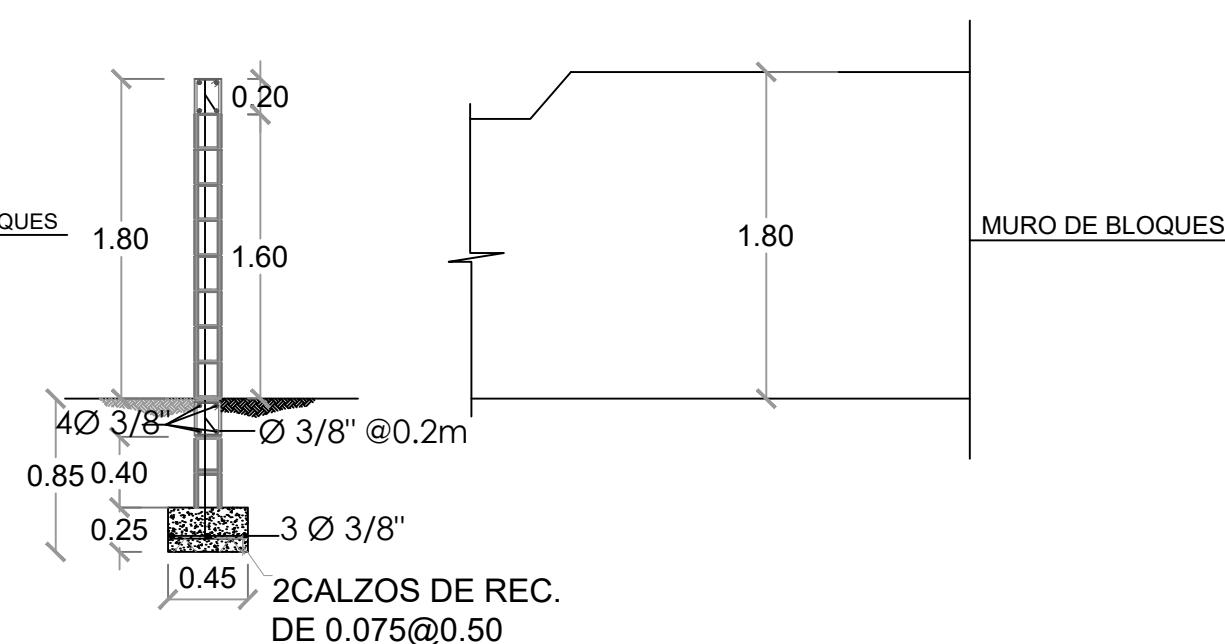

MURO DE BLOQUES - CENTER FIELD H=1.80 M L= 15.00 M

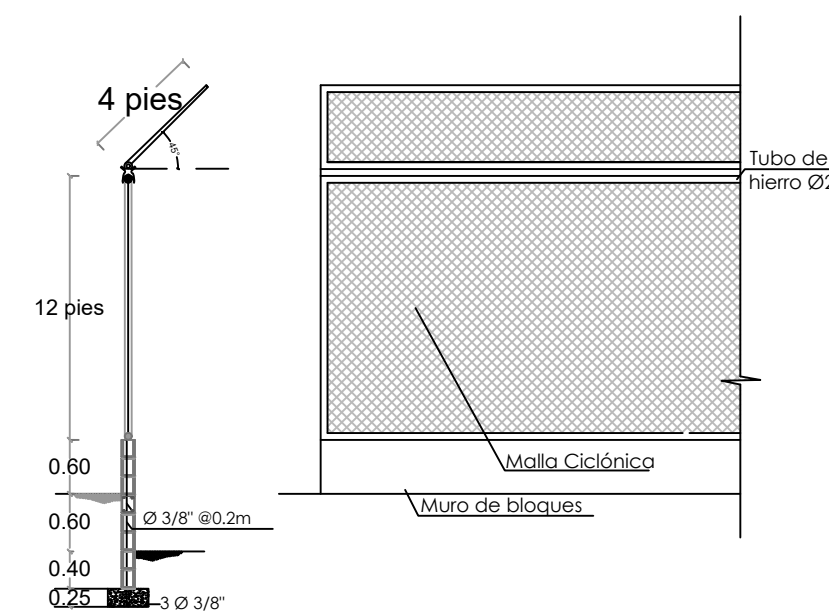


BACKSTOP H=5.40M L= 30.00 M

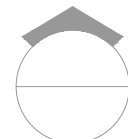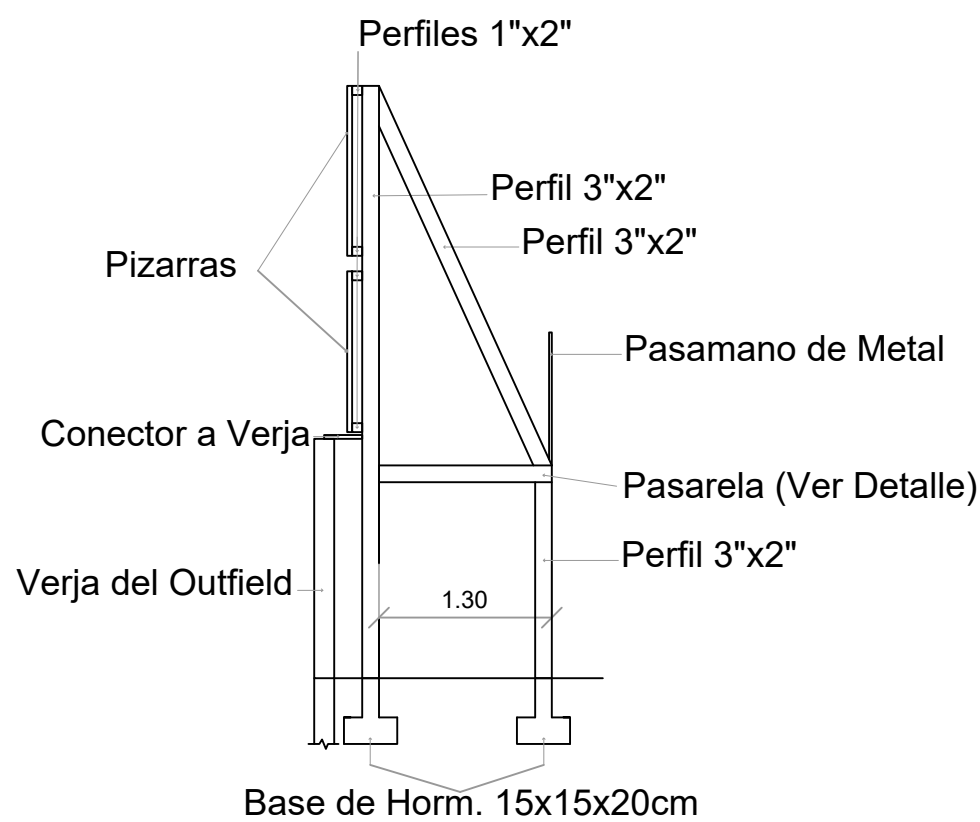


DETALLES DE PIZARRA EN TOLA

ESC. 1:100

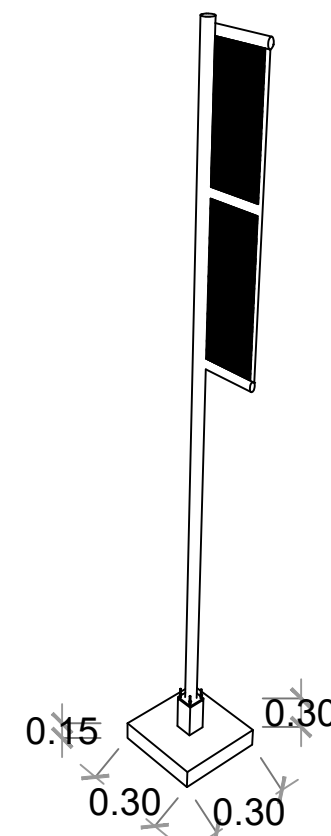

DETALLES POSTE DE FOUL

ESC. 1:100

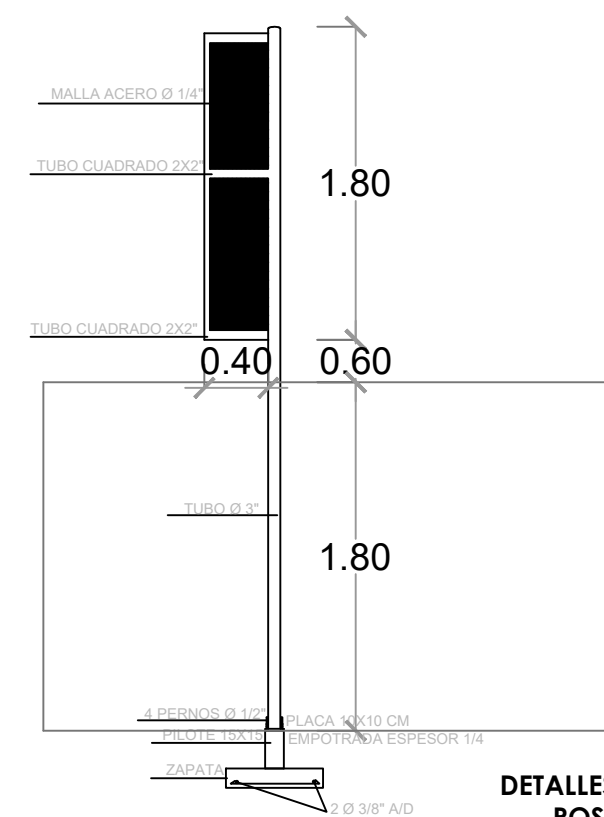

DETALLES DE PIZARRA Y
POSTE DE FOUL

PROYECTO:
**CONSTRUCCIÓN CAMPO DE BÉISBOL EN EL
SECTOR GUANUMA- 270**

Mun. Santo Domingo Norte, Prov. Santo
Domingo Norte, R.D.

EQUIPO DE TRABAJO:

DISEÑO ARQUITECTÓNICO
ARQ. _____
codia 00000

ENC. INGENIERÍA
ING. _____
codia 00000

ESTRUCTURAL
ING. _____
codia 00000

ELÉCTRICO
ING. _____
codia 00000

HIDRO-SANITARIO
ING. _____
codia 00000

SELLO DE APROBACIÓN:

FECHA: _____

CONTENIDO:

PLANTA ARQUITECTÓNICA


ESCALA:

1:50


SEPTIEMBRE 2026

NO. PÁGINA:

012

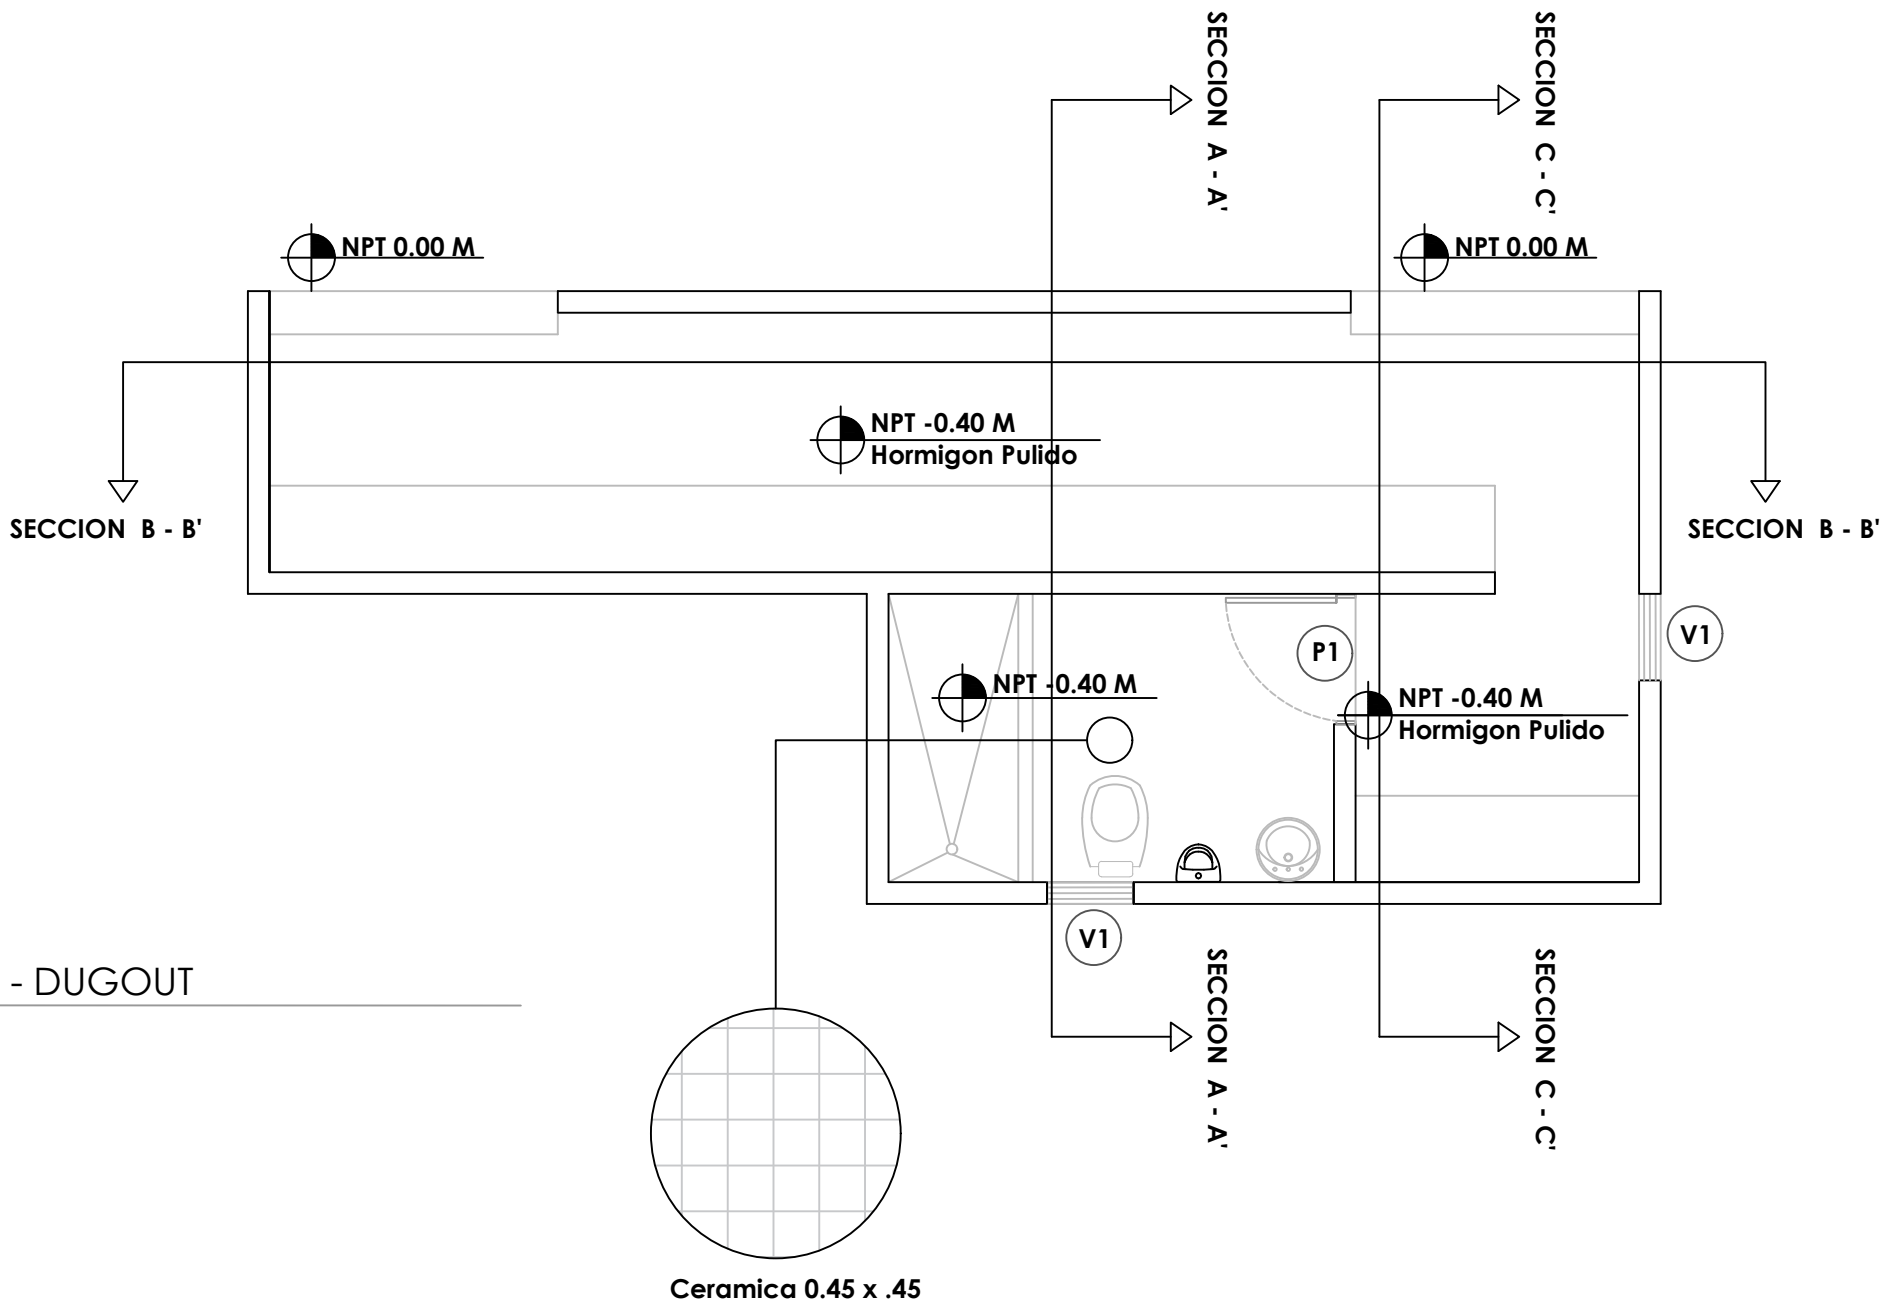

LEYENDA ZONIFICACION DE LOGOS		
SIMBOLO	DESCRIPCION	CANTIDAD
V1	VENTANA DE CELOSIA METALICA Dim= 0.60 m X 0.60 m	2
P1	PUERTA POLIMETALICA EVERDOOR Dim= 0.90 m X 2.10 m	1

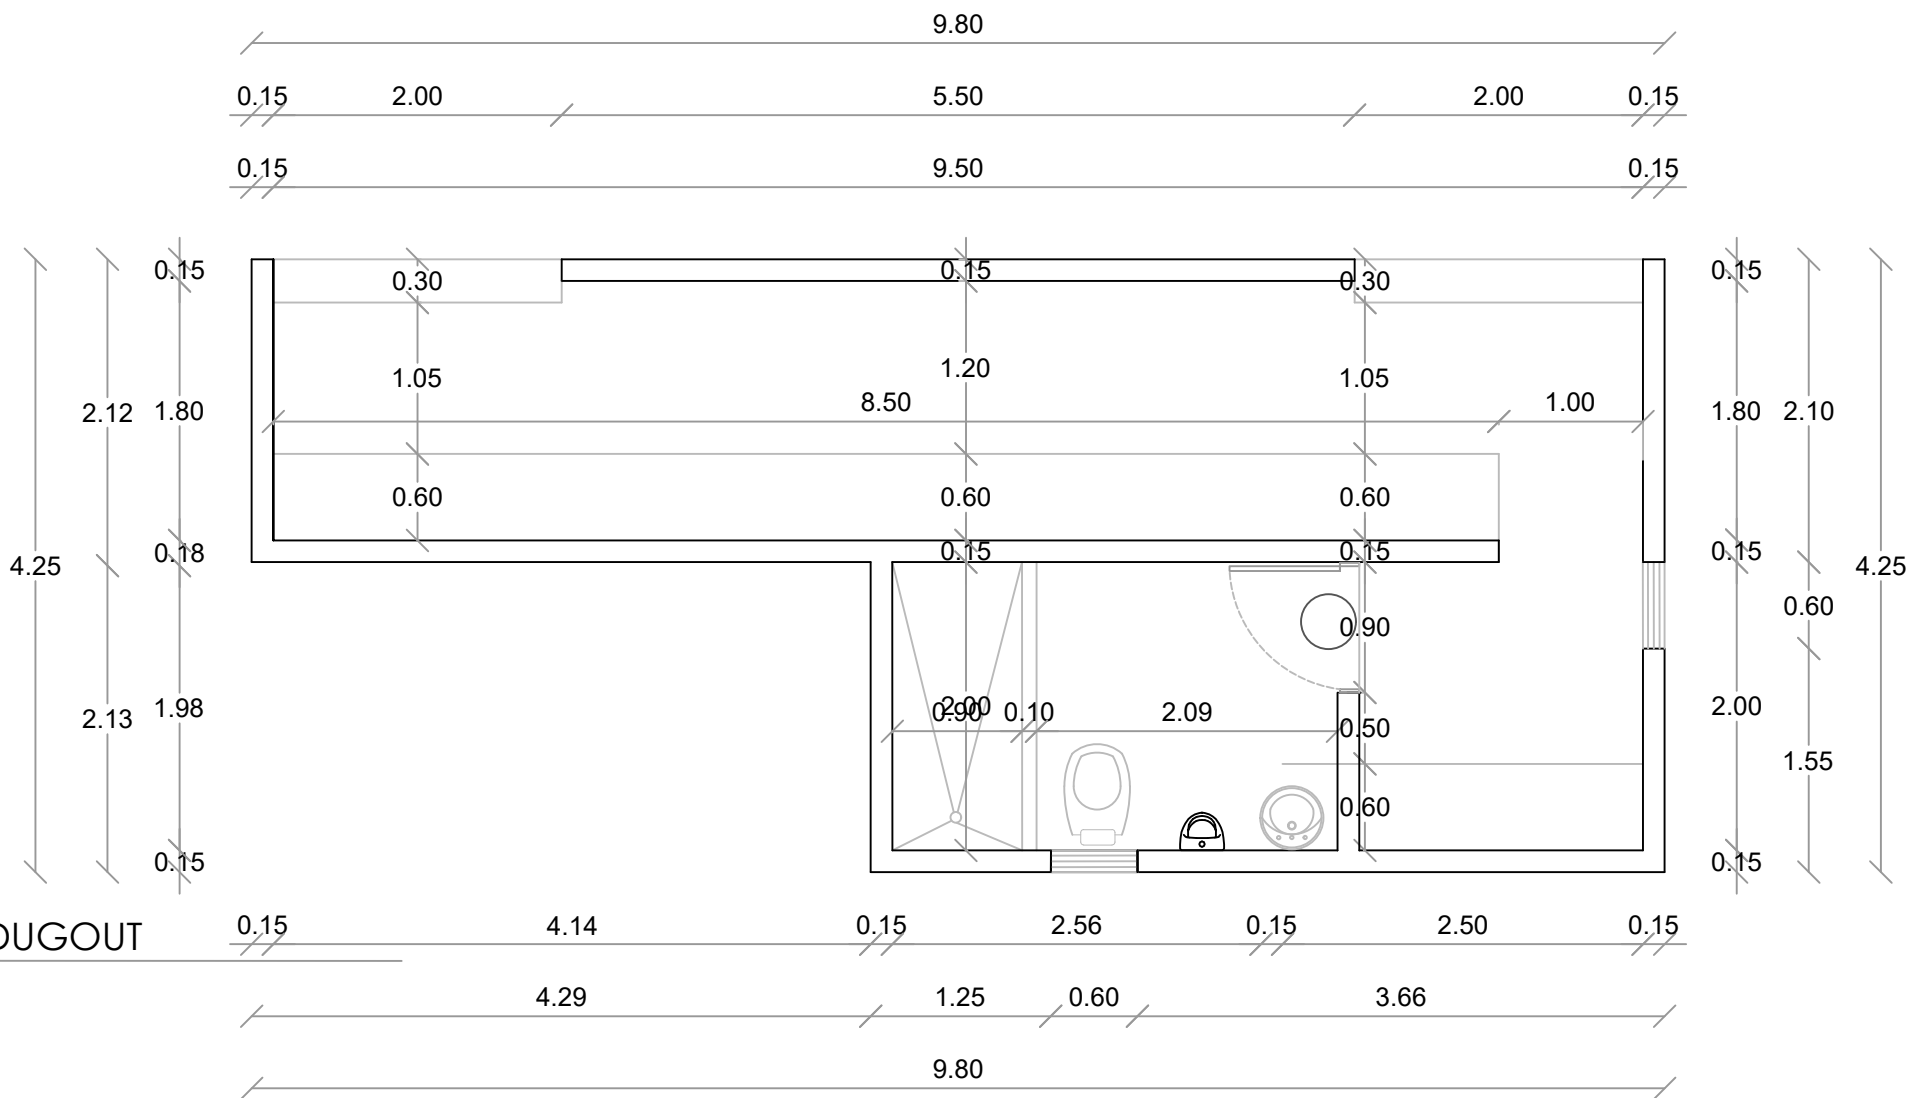


PLANTA ARQUITECTONICA - DUGOUT
ESC. 1:50


PLANTA ARQ. DIMENSIONADA - DUGOUT
ESC. 1:50



Ave. Dr. Delgado, Esq. Moises García,
Gazcue, Sto. Dgo., R.D.
TEL.: (809)-364-2189 | FAX.: (809)- 688-1665
E-Mail: info@cpadp.gob.do

Mun. Santo Domingo Norte, Prov. Santo Domingo Norte, R.D.

codia 00000 —

codia 00000 —

codia 00000

codia 00000 —

codia 00000 —

 
 
 
FECHA:


PLANTA ARQUITECTÓNICA

1:50


NO. PÁGINA:

013




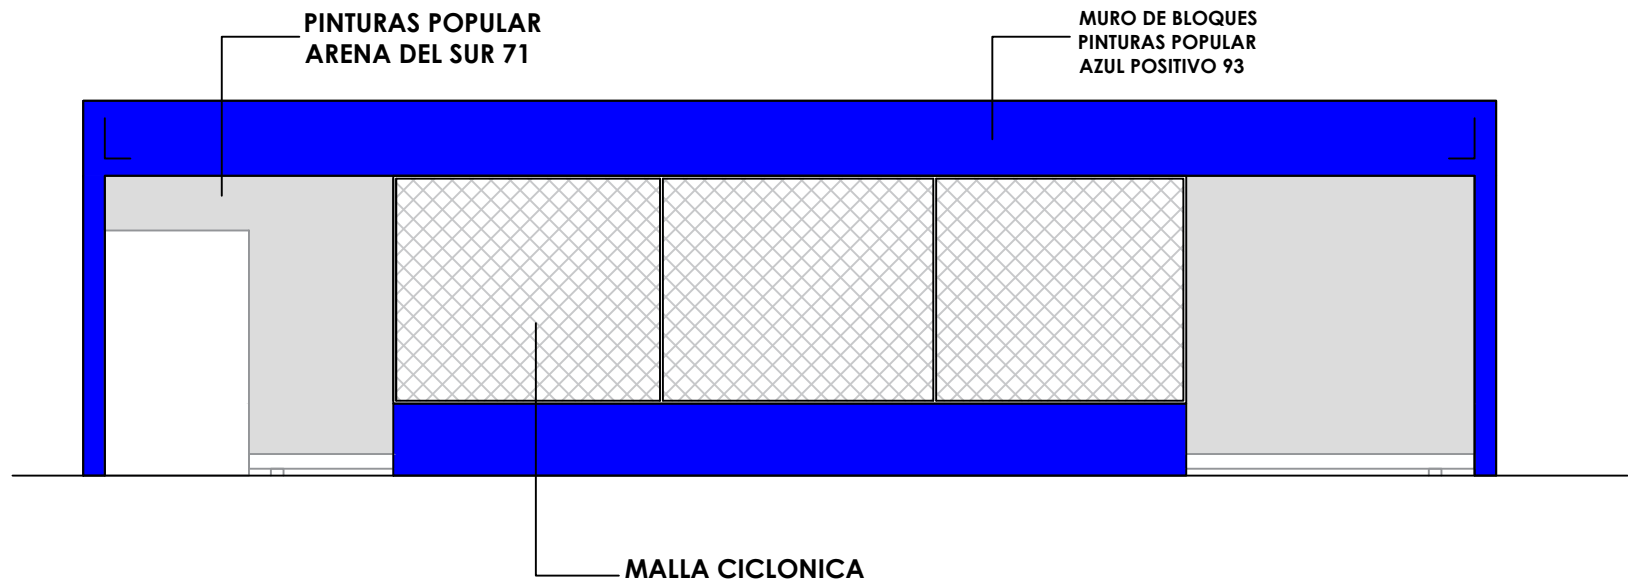


1
00
ELEVACION FRONTAL - DETALLE
ESC. 1:50

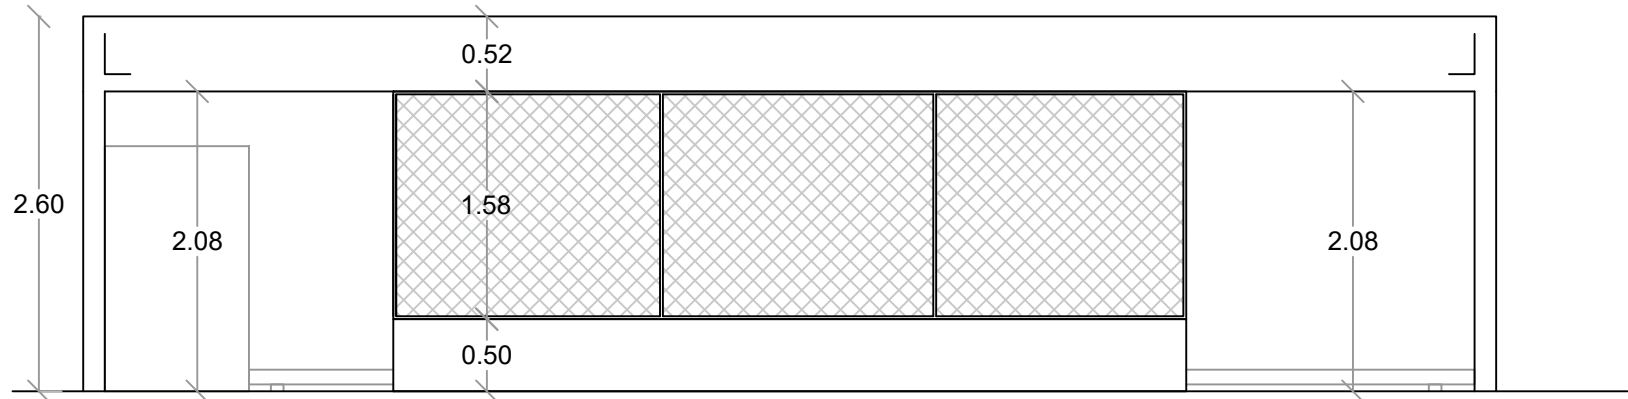


00
ELEVACION FRONTAL - DIMENSIONADA
ESC. 1:50

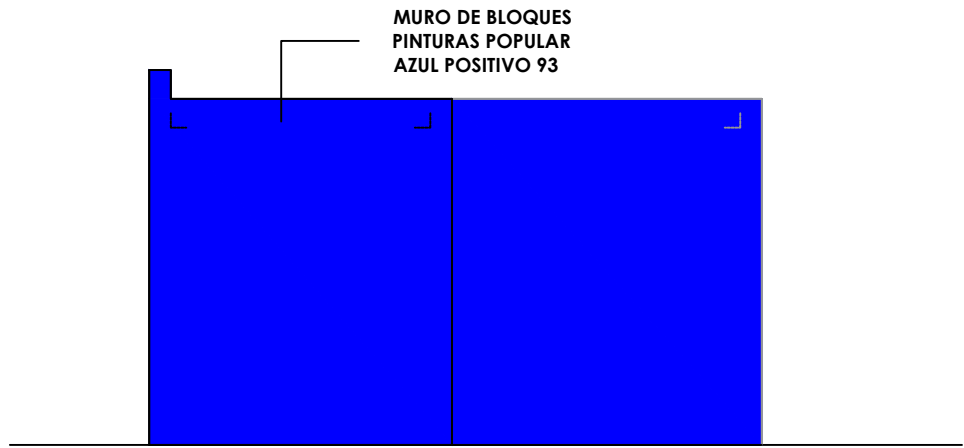


1
00
ELEVACION LAT. DERECHO - DETALLE
ESC. 1:50

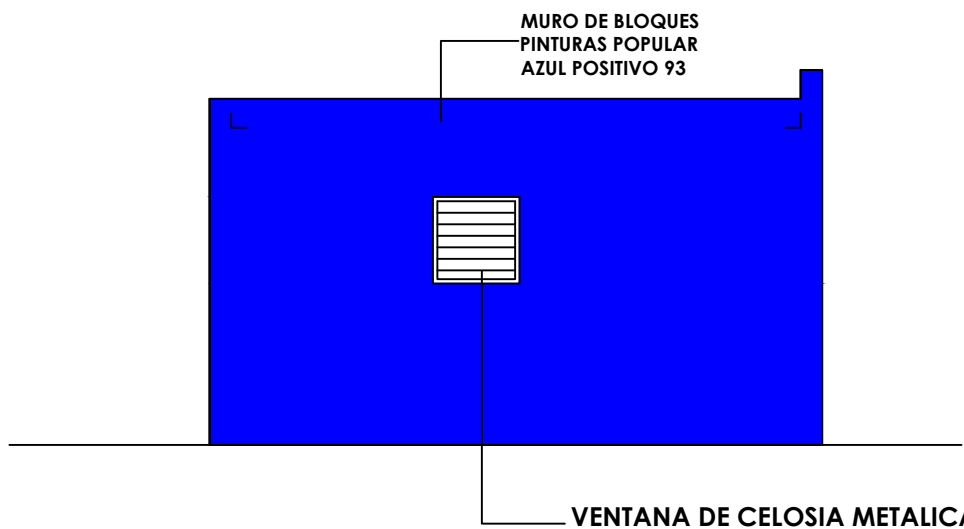

1
00
ELEVACION LAT. IZQUIERDO - DETALLE
ESC. 1:50

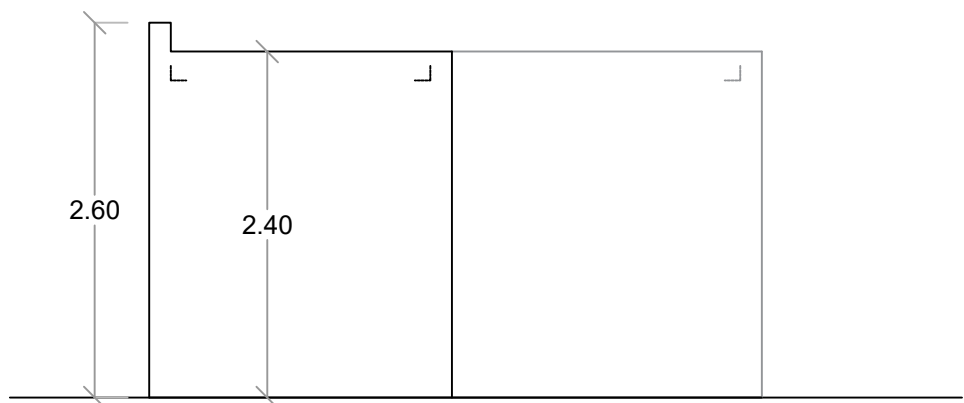

00
ELEVACION LAT. DERECHO - DIMENSIONADA
ESC. 1:50

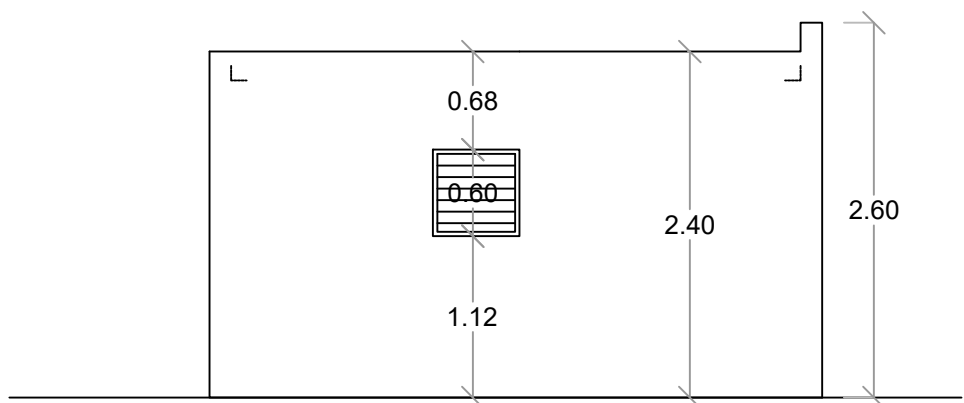

00
ELEVACION LAT. IZQUIERDO - DIMENSIONADA
ESC. 1:50

PROYECTO:
**CONSTRUCCIÓN CAMPO DE BÉISBOL EN EL
SECTOR GUANUMA- 270**

Mun. Santo Domingo Norte, Prov. Santo
Domingo Norte, R.D.

EQUIPO DE TRABAJO:

DISEÑO ARQUITECTÓNICO
ARQ. _____
codia 00000 _____

ENC. INGENIERÍA
ING. _____
codia 00000 _____

ESTRUCTURAL
ING. _____
codia 00000 _____

ELÉCTRICO
ING. _____
codia 00000 _____

HIDRO-SANITARIO
ING. F _____
codia 00000 _____

SELLO DE APROBACIÓN:

FECHA: _____

CONTENIDO:

PLANTA ARQUITECTÓNICA

ESCALA:

1:50

SEPTIEMBRE 2026

NO. PÁGINA:



Ave. Dr. Delgado, Esq. Moises García,
Gazcue, Sto. Dgo., R.D.
TEL.: (809)-364-2189 | FAX.: (809)- 688-1665
E-Mail: info@cpadp.gob.do

Mun. Santo Domingo Norte, Prov. Santo Domingo Norte, R.D.

codia 00000

codia 00000

codia 00000

codia 00000

codia 00000

FECHA: _____

PLANTA SANITARIA

ESCALA:

SEPTIEMBRE 2026

NO. PÁGINA:

015

**MURO DE BLOQUES
PINTURAS POPULAR
AZUL POSITIVO 93**

VENTANA DE CELOSIA METALICA

 ELEVACION POSTERIOR - DETALLE
ESC. 1:50

2.60

0.20

2.40

 ELEVACION POSTERIOR - DIMENSIONADA
ESC. 1:50

0.68

0.60

1.12

PROYECTO:
**CONSTRUCCIÓN CAMPO DE BÉISBOL EN EL
SECTOR GUANUMA- 270**

Mun. Santo Domingo Norte, Prov. Santo
Domingo Norte, R.D.

EQUIPO DE TRABAJO:

DISEÑO ARQUITECTÓNICO
ARQ. _____
codia 00000 _____

ENC. INGENIERÍA
ING. _____
codia 00000 _____

ESTRUCTURAL
ING. _____
codia 00000 _____

ELÉCTRICO
ING. _____
codia 00000 _____

HIDRO-SANITARIO
ING. _____
codia 00000 _____

SELLO DE APROBACIÓN:

FECHA: _____

CONTENIDO:

PLANTA ARQUITECTÓNICA

ESCALA:

1:25

SEPTIEMBRE 2026

NO. PÁGINA:

016

Desde Tinaco

TUB Ø1" PVC Agua Potable



TUBERIA PVC Ø3/4"


PVC Ø3/4"

Du Ø1"

In Ø1"

Lv Ø1"

Lv Ø1"

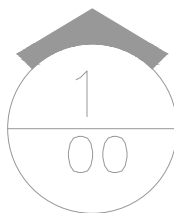

PLANTA INST. SANITARIAS- AGUA POTABLE - DUGOUT

ESC. 1:50



**DIRECCION DE DESARROLLO
PROVINCIAL
DDP**

Ave. Dr. Delgado, Esq. Moises García,
Gazcue, Sto. Dgo., R.D.
TEL.: (809)-364-2189 | FAX.: (809)- 688-1665
E-Mail: info@cpadp.gob.do

PROYECTO:
**CONSTRUCCIÓN CAMPO DE BÉISBOL EN EL
SECTOR GUANUMA- 270**

Mun. Santo Domingo Norte, Prov. Santo Domingo Norte, R.D.

EQUIPO DE TRABAJO:

DISEÑO ARQUITECTÓNICO
ARQ.

codia 00000

ENC. INGENIERÍA

ING. CIO
codia 00000

ESTRUCTURAL

ING. codia 00000

ELÉCTRICO

ING. codia 00000

HIDRO-SANITARIO

ING. codia 00000

SELO DE APROBACIÓN:

FECHA:

CONTENIDO:

PLANTA ARQUITECTÓNICA



ESCALA:

1:25

SEPTIEMBRE 2026

NO. PÁGINA:

017

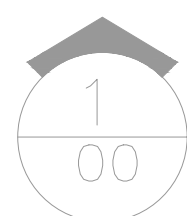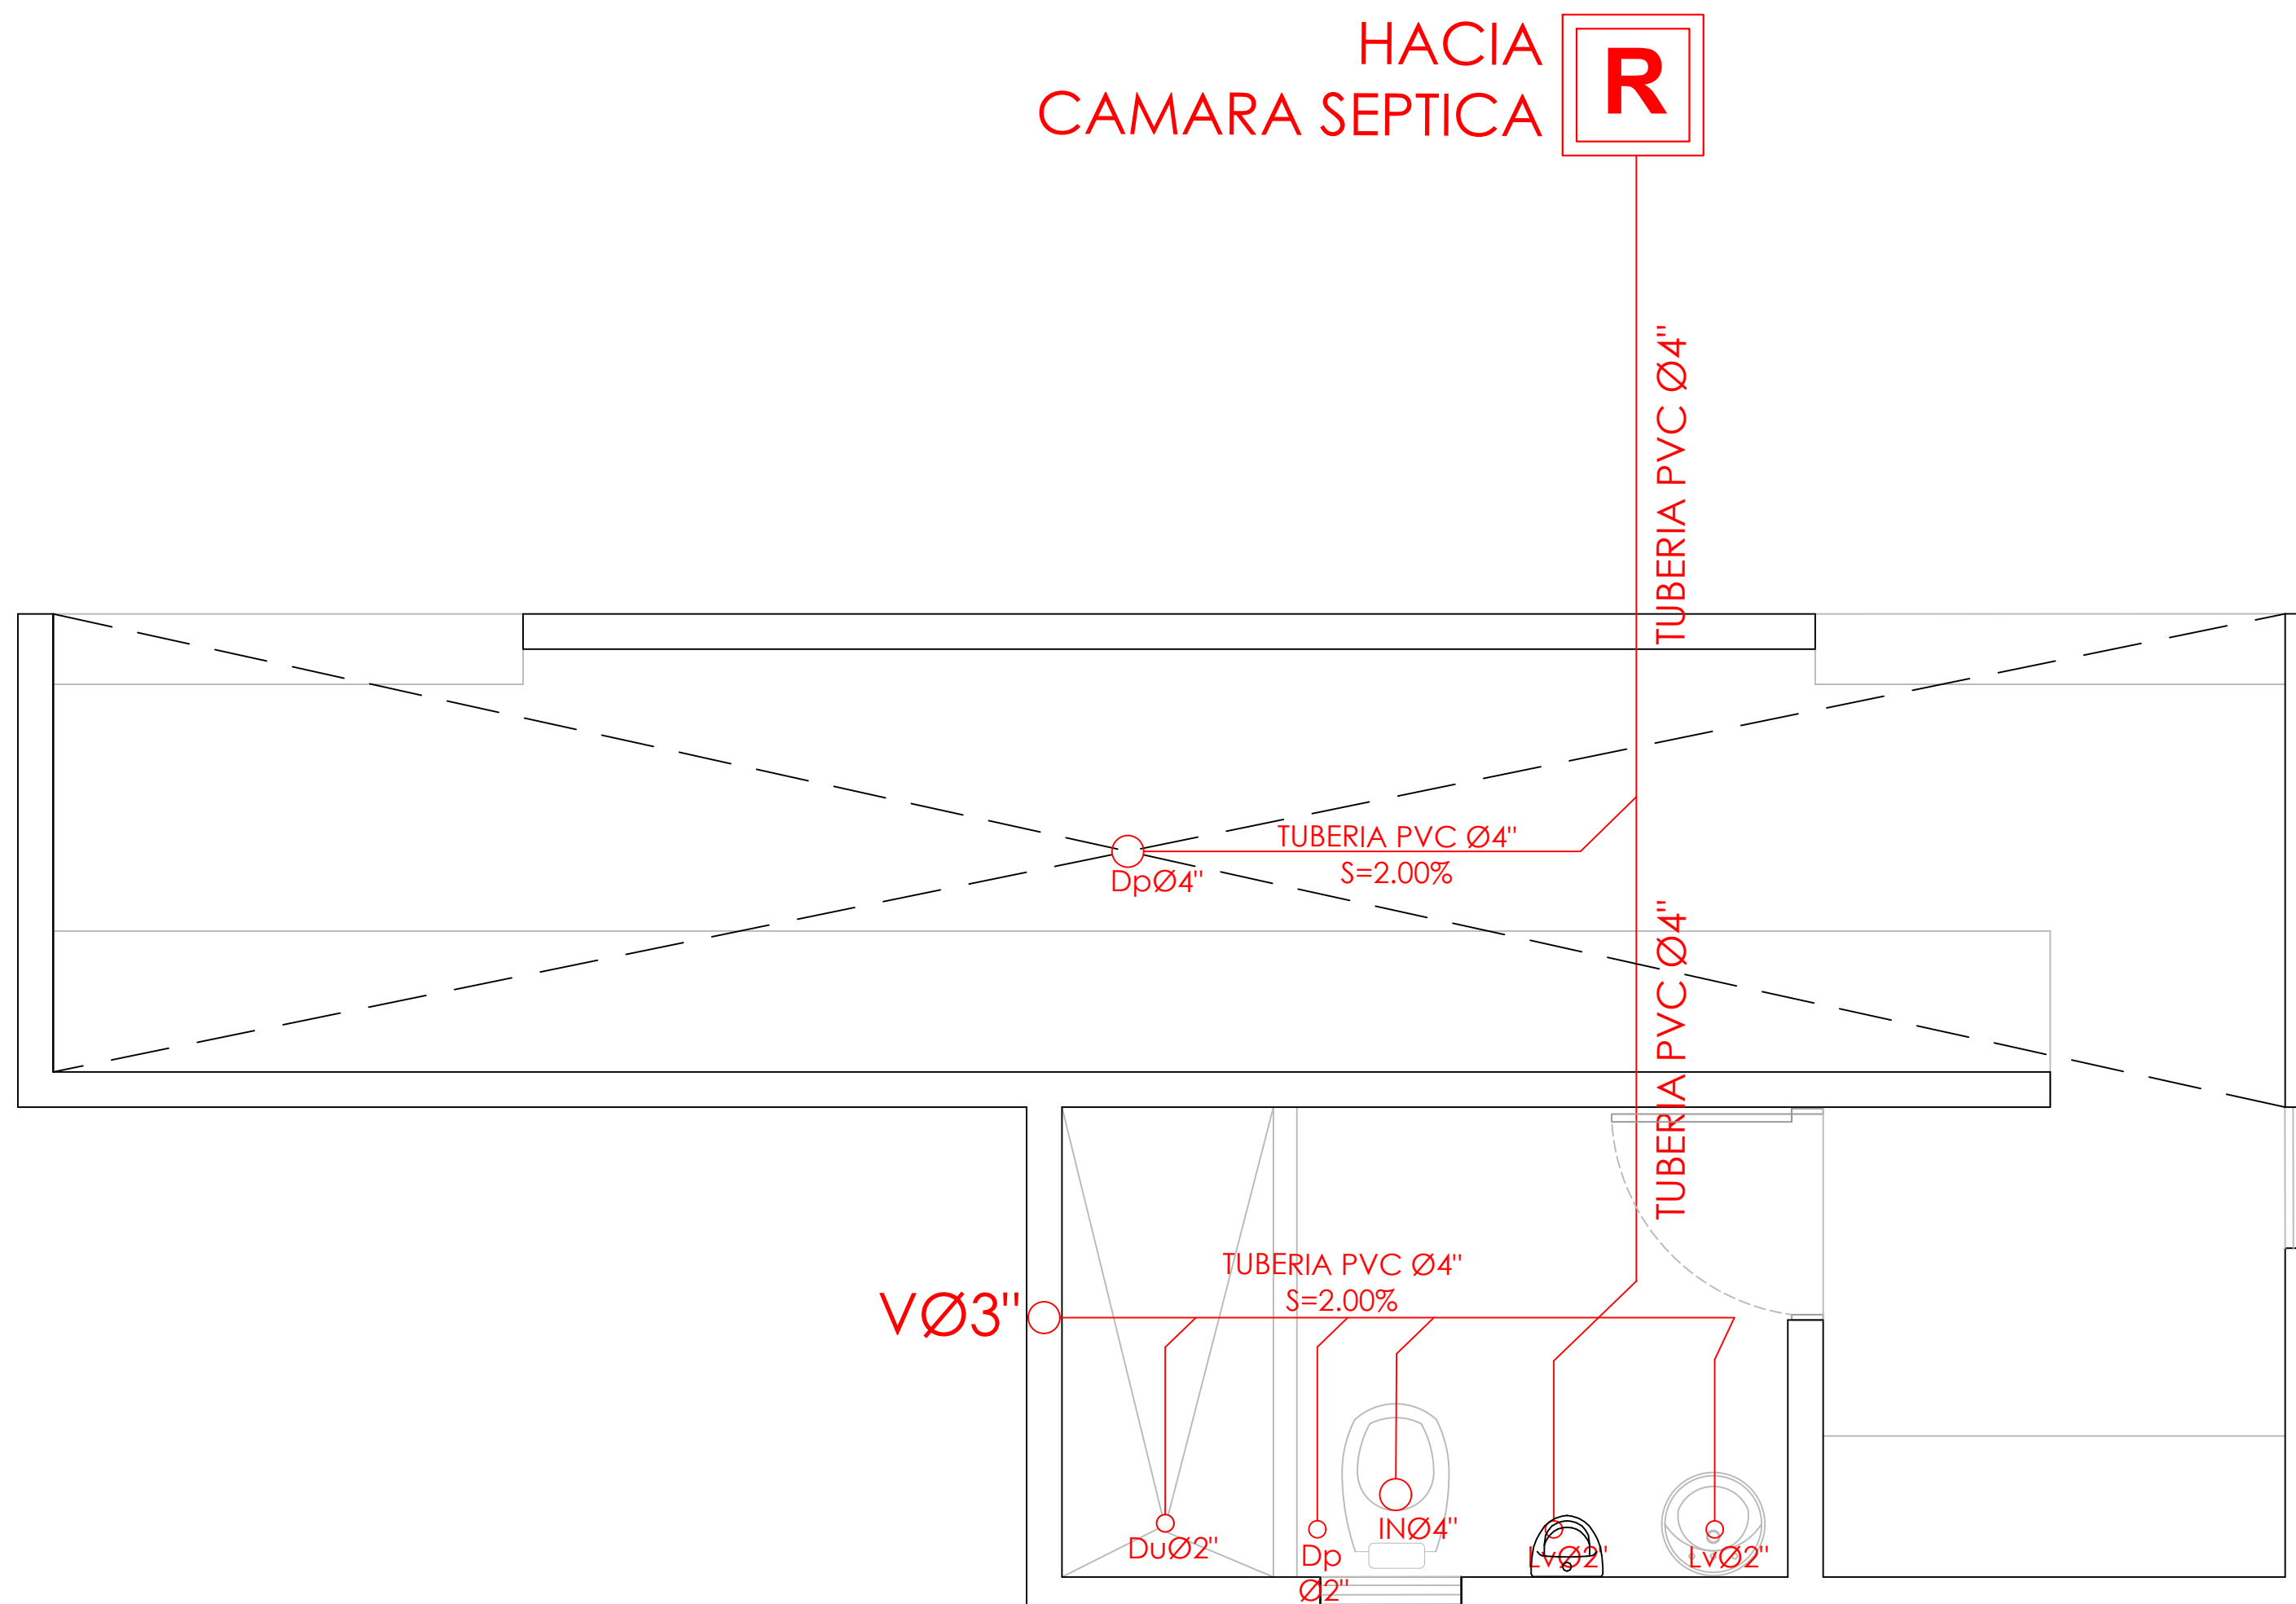

PLANTA INST. SANITARIAS- AGUAS NEGRAS - DUGOUT

ESC. 1:50



PROYECTO:
**CONSTRUCCIÓN CAMPO DE BÉISBOL EN EL
SECTOR GUANUMA- 270**

Mun. Santo Domingo Norte, Prov. Santo
Domingo Norte, R.D.

EQUIPO DE TRABAJO:

DISEÑO ARQUITECTÓNICO ARQ.	codia 00000
ENC. INGENIERÍA ING.	codia 00000
ESTRUCTURAL ING.	codia 00000
ELÉCTRICO ING.	codia 00000
HIDRO-SANITARIO ING.	codia 00000

SELLO DE APROBACIÓN:

FECHA:

CONTENIDO:

PLANTA ARQUITECTÓNICA



ESCALA:

1:25

SEPTIEMBRE 2026



NO. PÁGINA:

018

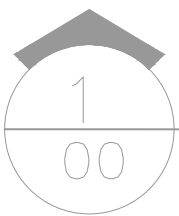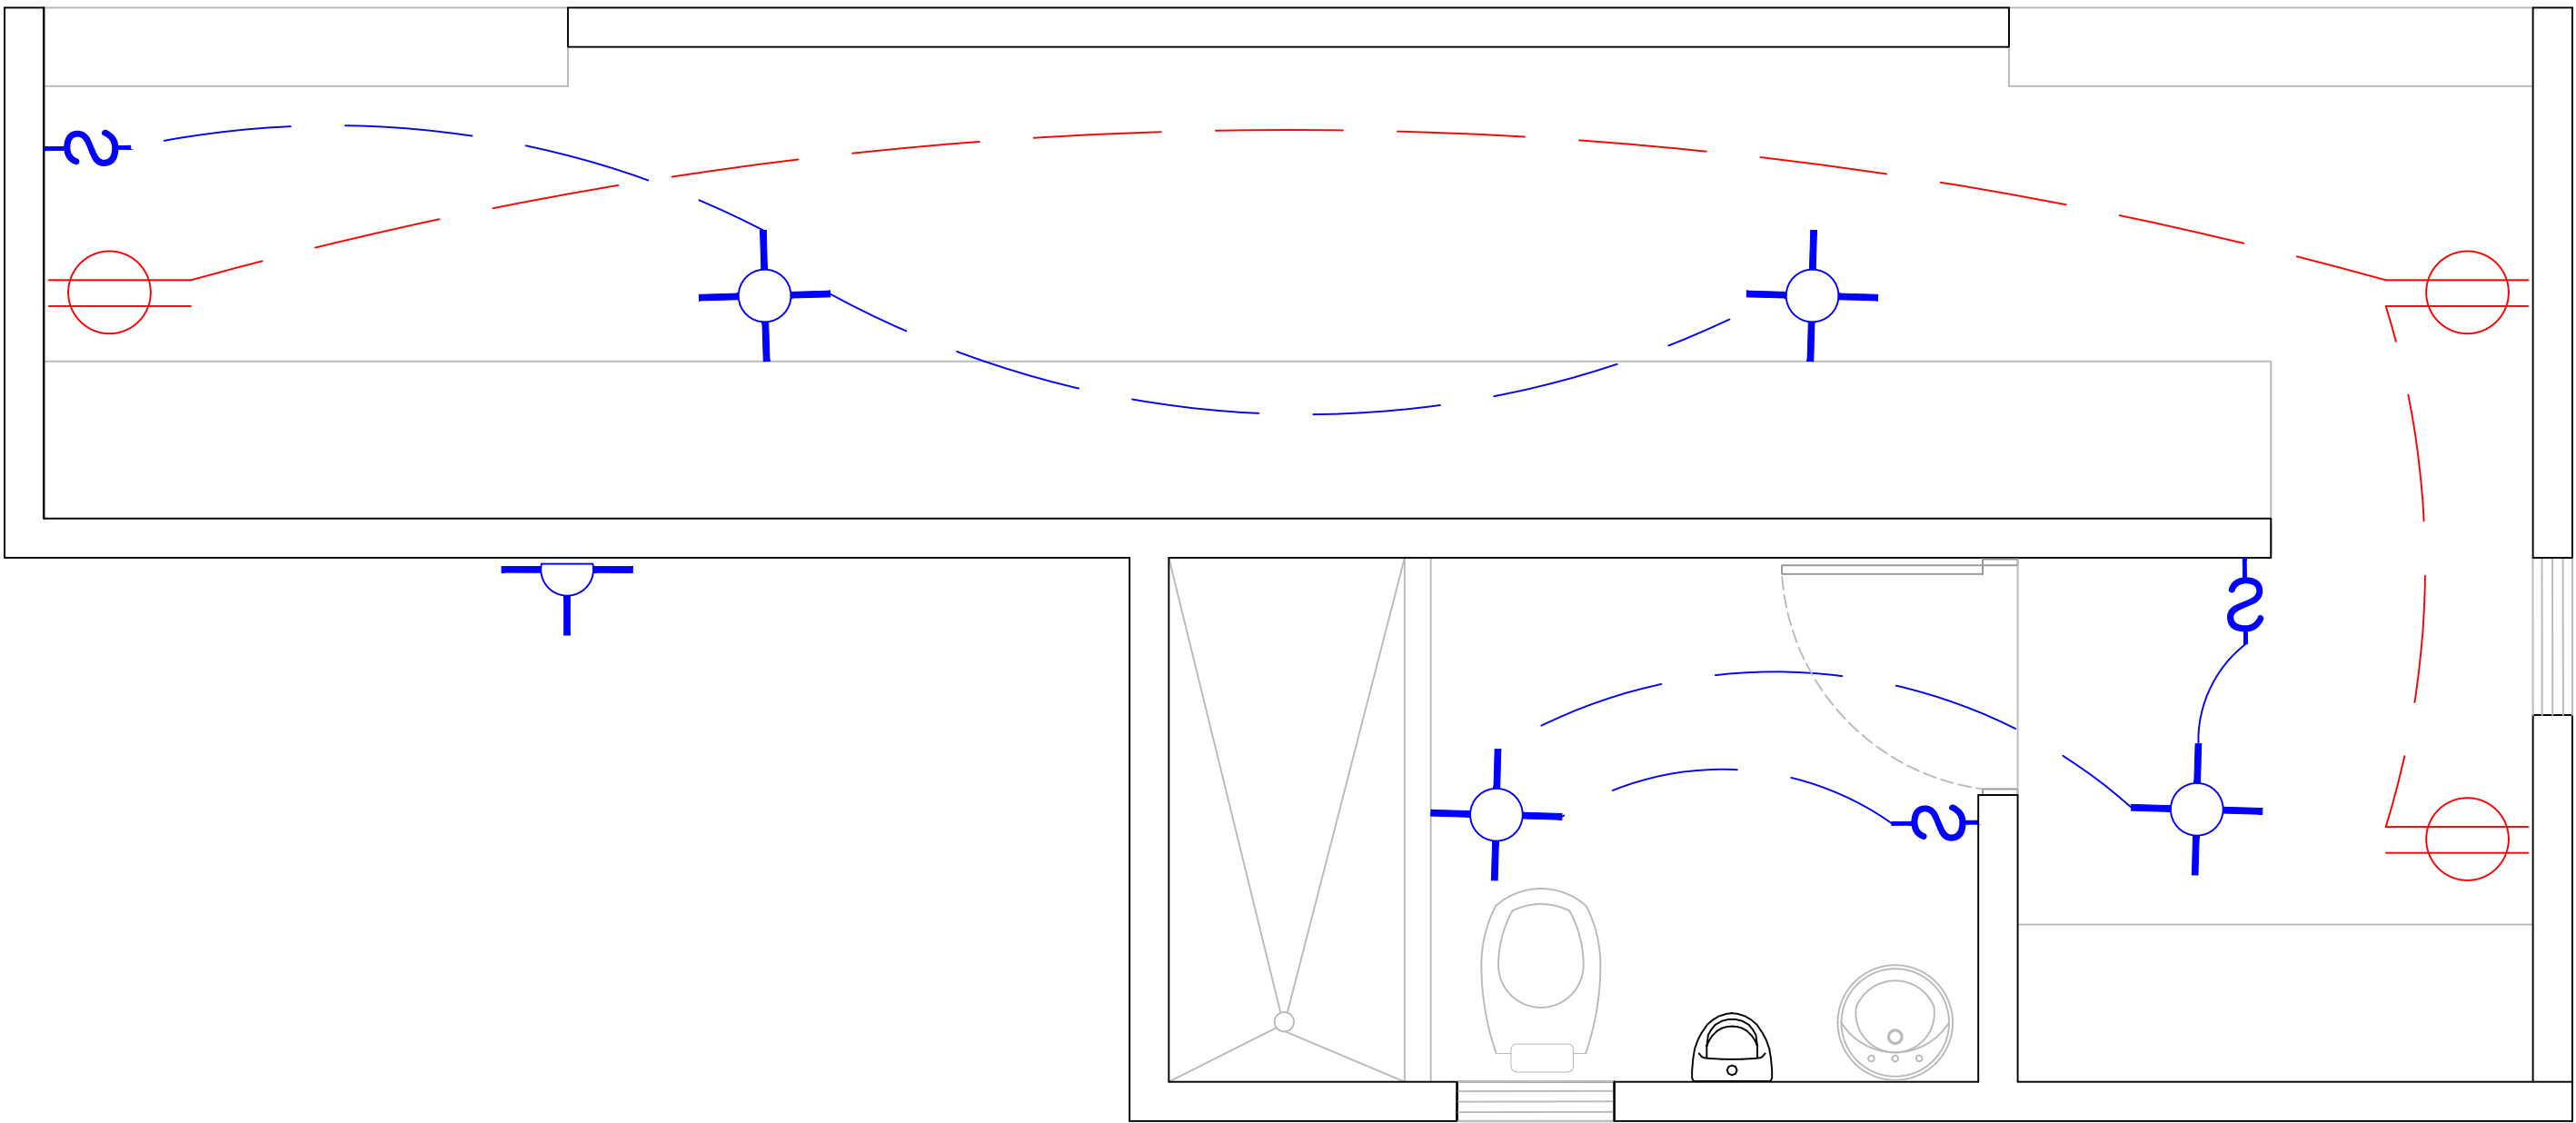

PLANTA INST. ELECTRICAS - DUGOUT

ESC. 1:50

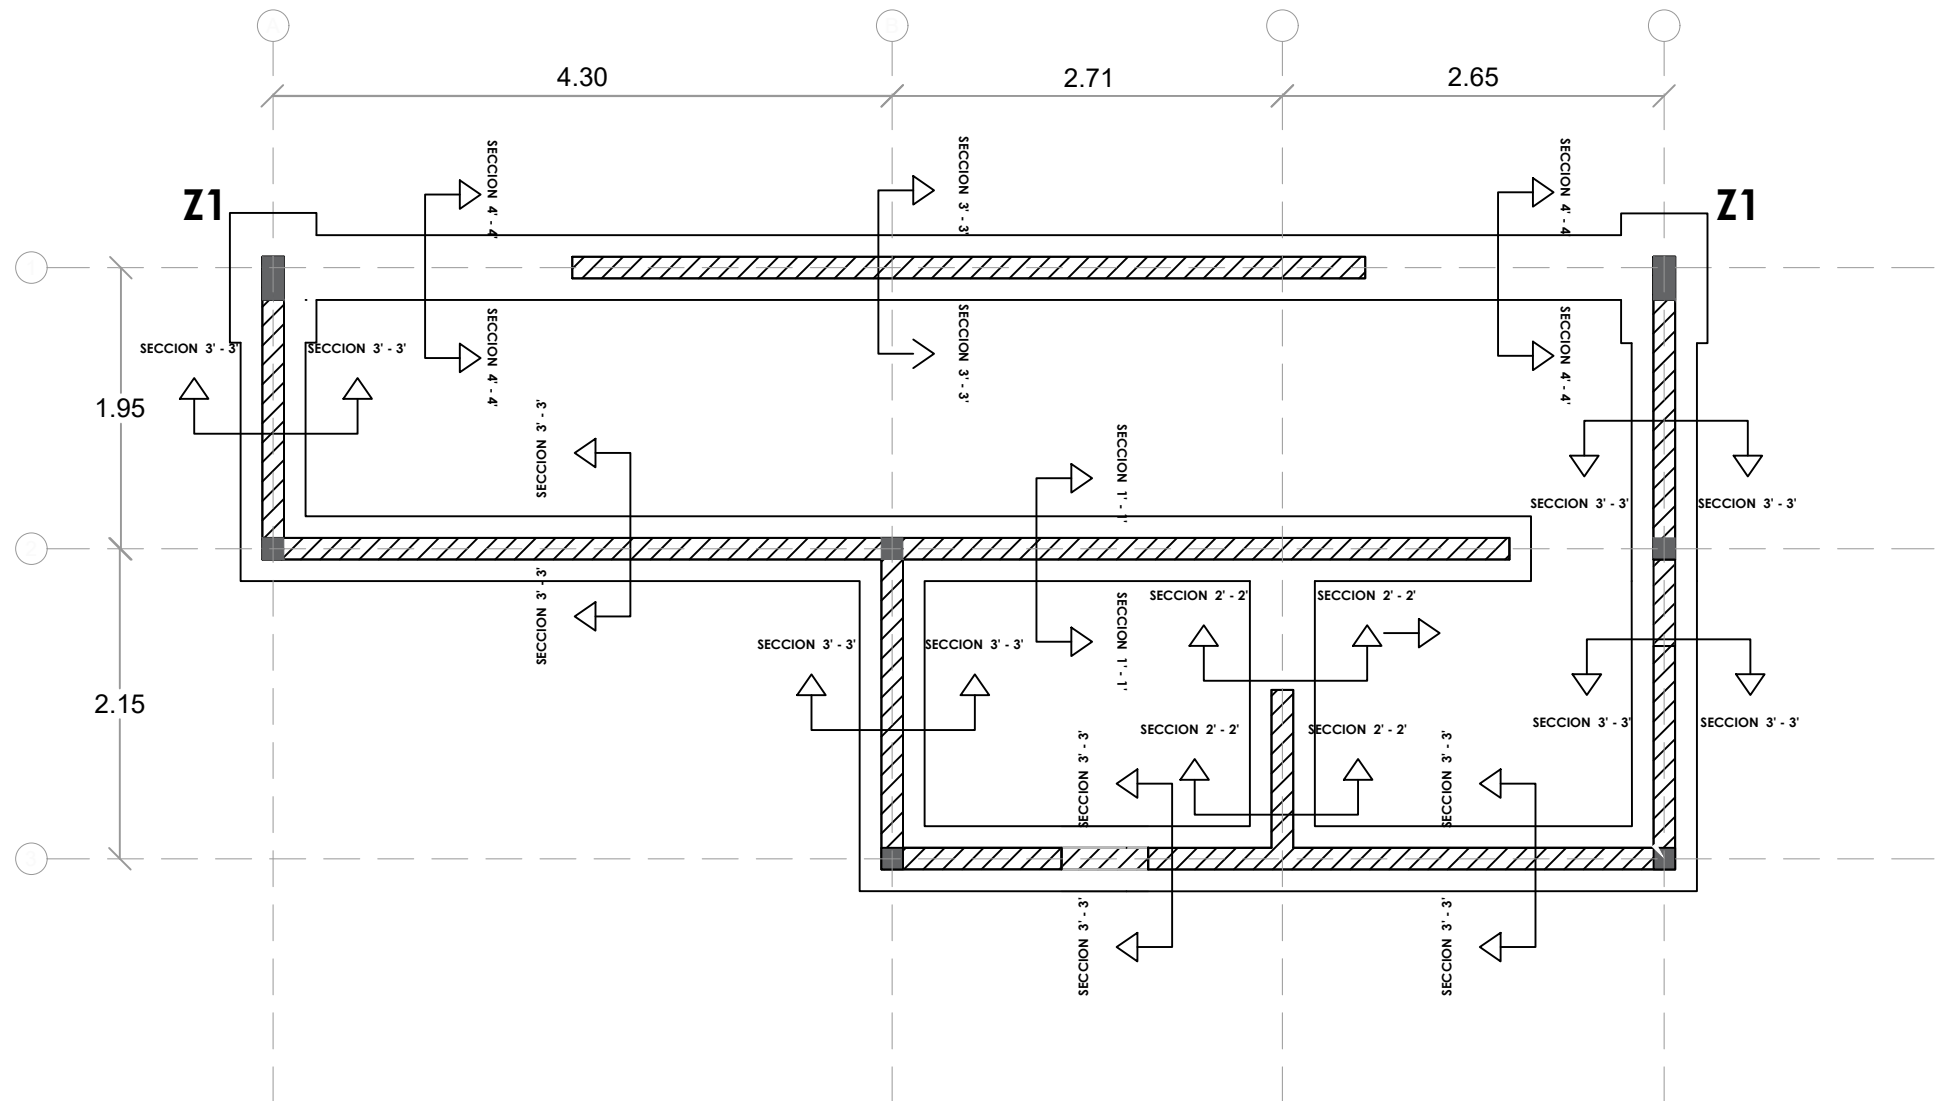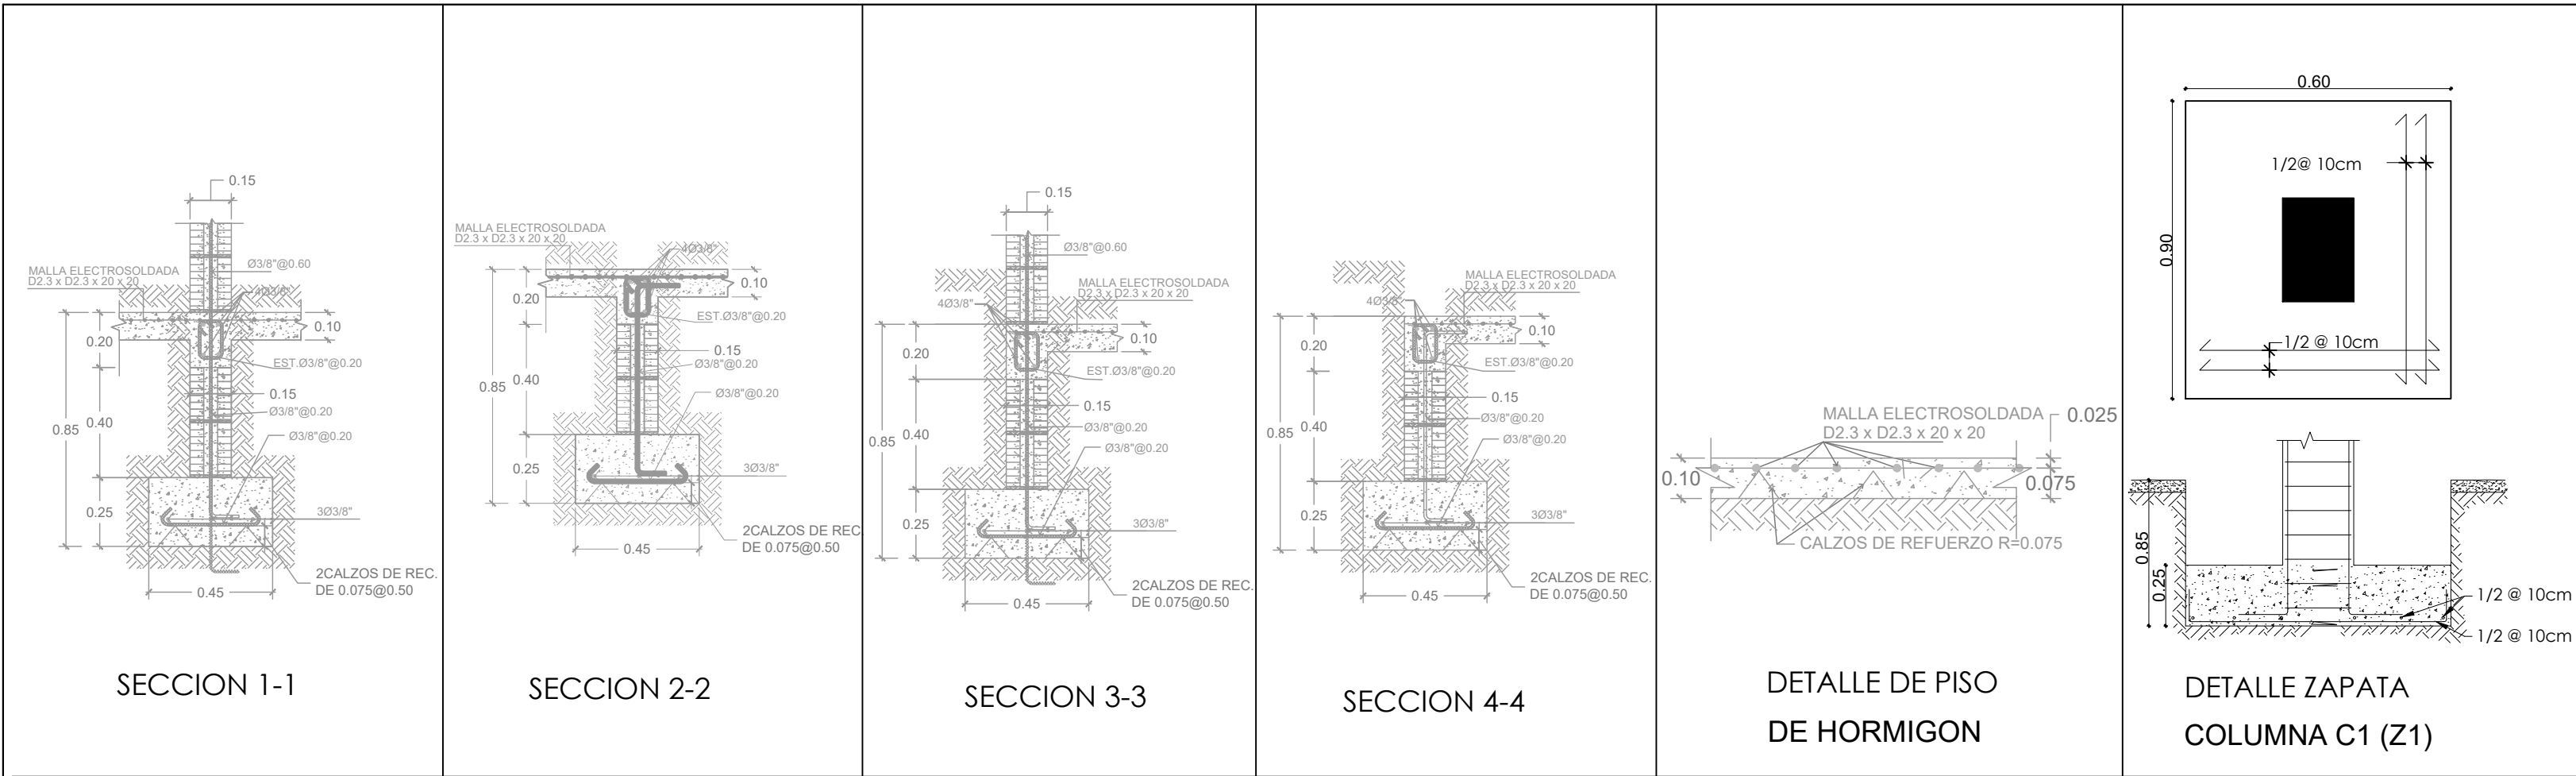

PLANTA ESTRUCTURAL DE CIMIENTOS - DUGOUT

ESC. 1:100

PLANTA ARQUITECTÓNICA

ESC. 1:50



DIRECCION DE DESARROLLO PROVINCIAL DDP

Ave. Dr. Delgado, Esq. Moises García,
Gazcue, Sto. Dgo., R.D.
TEL.: (809)-364-2189 | FAX.: (809)- 688-1665
E-Mail: info@cpadp.gob.do

PROYECTO:
CONSTRUCCIÓN CAMPO DE BÉISBOL EN EL SECTOR GUANUMA- 270

Mun. Santo Domingo Norte, Prov. Santo Domingo Norte, R.D.

EQUIPO DE TRABAJO:	
DISEÑO ARQUITECTÓNICO	
ARQ.	codia 00000
ENC. INGENIERÍA	
ING.	codia 00000
ESTRUCTURAL	
ING.	codia 00000
ELÉCTRICO	
ING.	codia 00000
HIDRO-SANITARIO	
ING.	codia 00000

SELLO DE APROBACIÓN:

FECHA: _____

CONTENIDO:

PLANTA ARQUITECTÓNICA


ESCALA:

1:50


SEPTIEMBRE 2026

NO. PÁGINA:


019

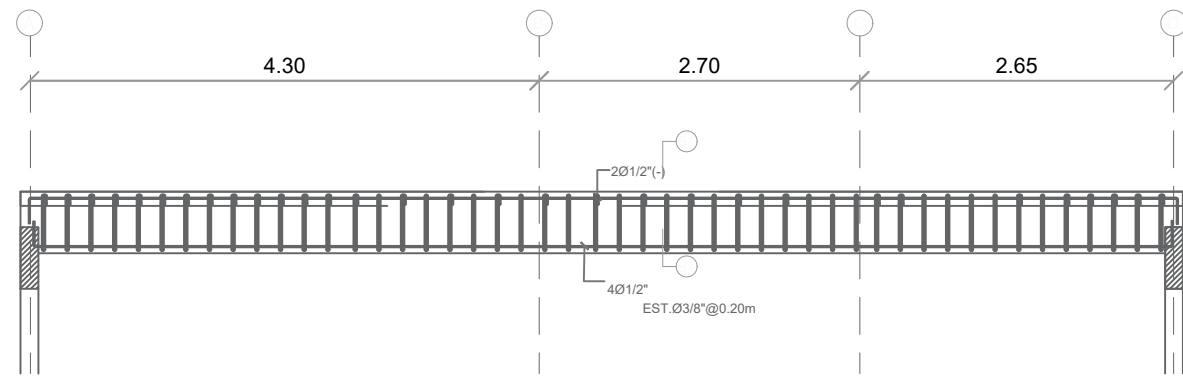


SECCION LONGITUDINAL VIGA 1

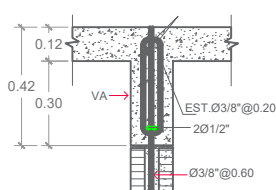


VIGA DE ÁMARRE (VA)

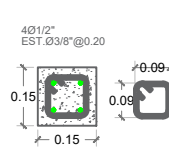


COLUMNA CA

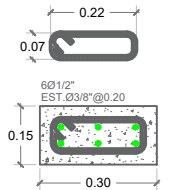


COLUMNA C1

 


SECCION 1-1

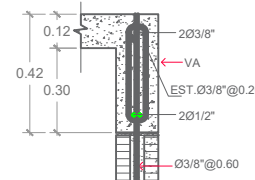

VIGA DE ÁMARRE (VA)

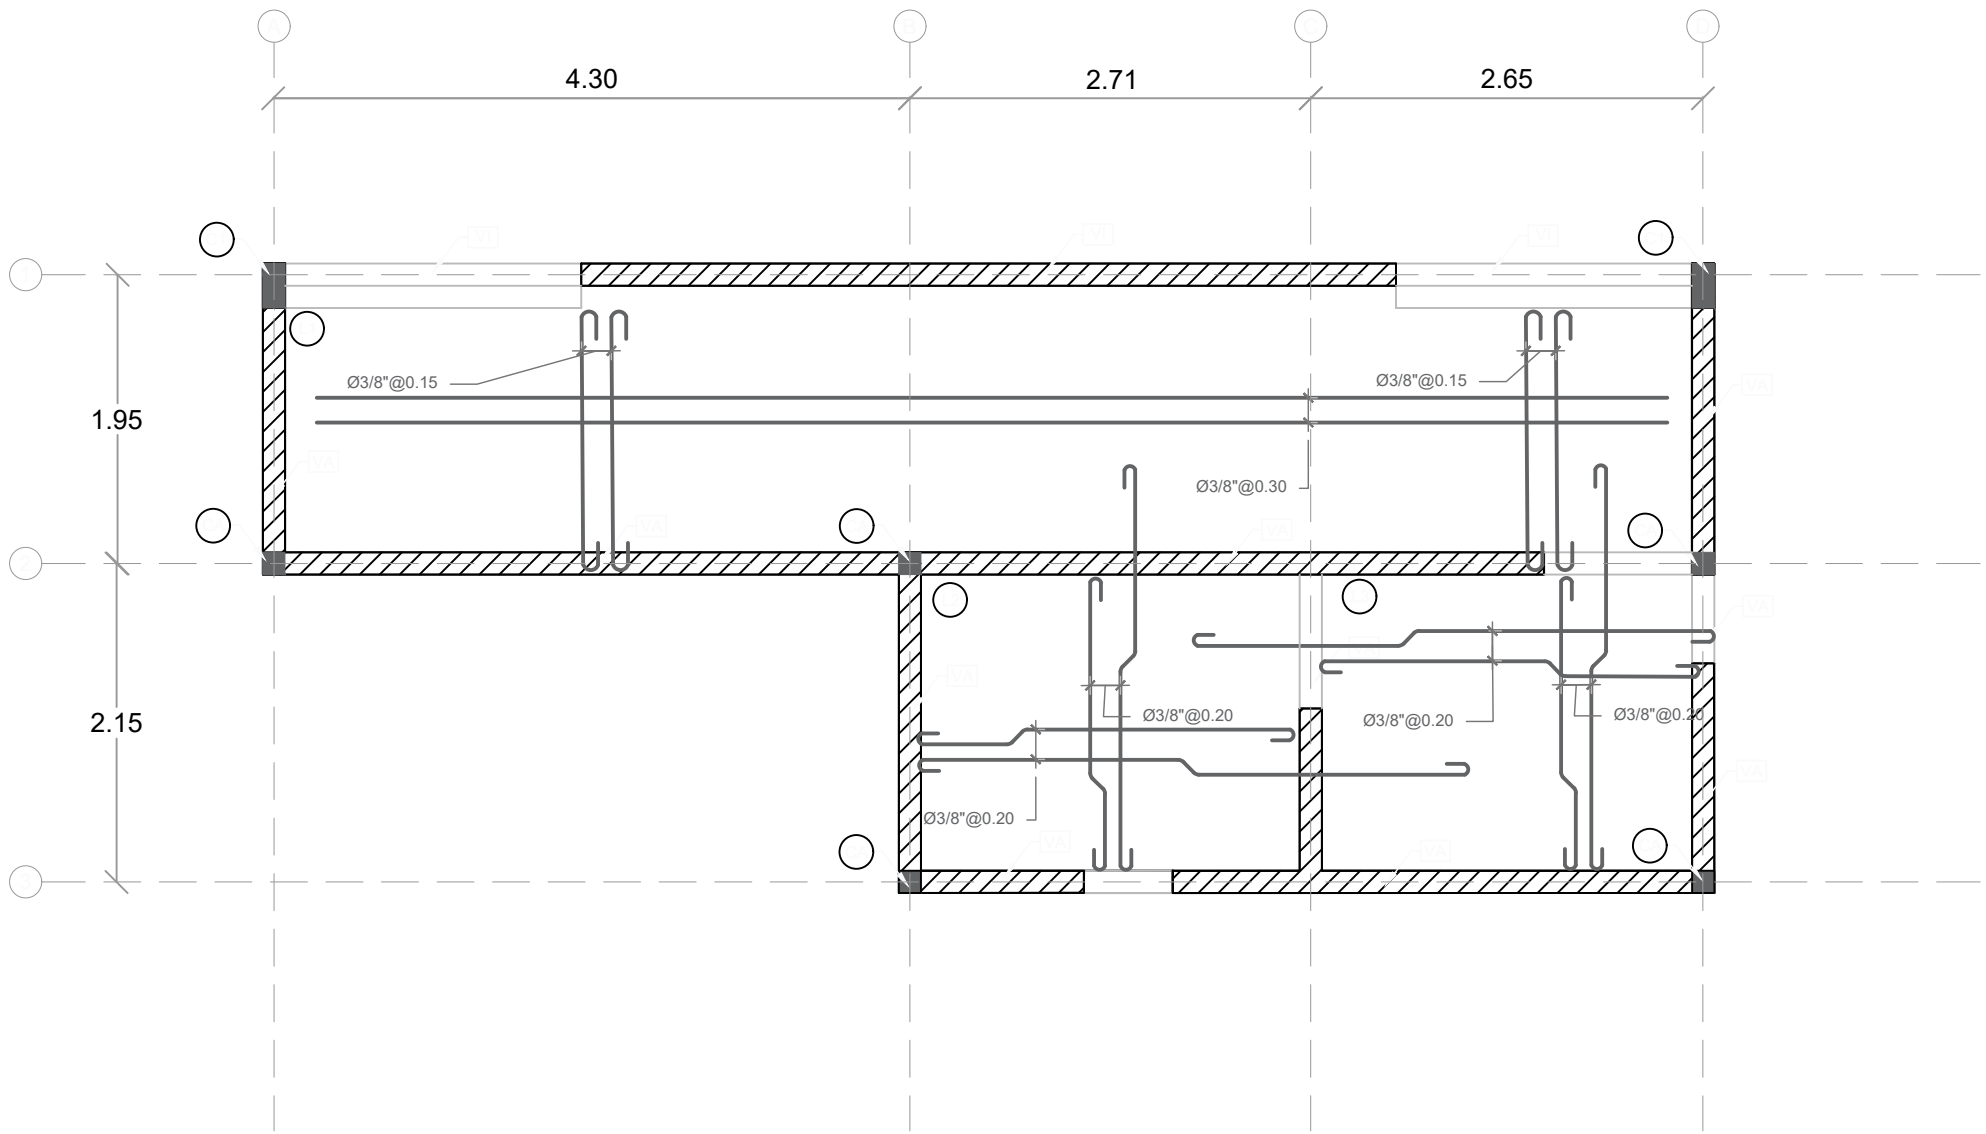

PLANTA ESTRUCTURAL DE TECHO - DUGOUT

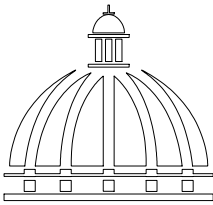

GOBIERNO DE LA
REPÚBLICA DOMINICANA

DIRECCION DE DESARROLLO
PROVINCIAL
DDP

Ave. Dr. Delgado, Esq. Moises García,
Gazcue, Sto. Dgo., R.D.
TEL.: (809)-364-2189 | FAX.: (809)- 688-1665
E-Mail: info@cpadp.gob.do

PROYECTO:
**CONSTRUCCIÓN CAMPO DE BÉISBOL EN EL
SECTOR GUANUMA- 270**

Mun. Santo Domingo Norte, Prov. Santo
Domingo Norte, R.D.

EQUIPO DE TRABAJO:

DISEÑO ARQUITECTÓNICO
ARQ.

codia 00000

ENC. INGENIERÍA
ING.

codia 00000

ESTRUCTURAL
ING.

codia 00000

ELÉCTRICO
ING.

codia 00000

HIDRO-SANITARIO
ING.

codia 00000

SELLO DE APROBACIÓN:

FECHA:

CONTENIDO: **PLATA ESTRUCTURAL
DE TECHOS**

PLANTA ARQUITECTÓNICA

ESCALA:

1:50

SEPTIEMBRE 2026

NO. PÁGINA:

020

PROYECTO:
**CONSTRUCCIÓN CAMPO DE BÉISBOL EN EL
SECTOR GUANUMA- 270**

Mun. Santo Domingo Norte, Prov. Santo
Domingo Norte, R.D.

EQUIPO DE TRABAJO:

DISEÑO ARQUITECTÓNICO
ARQ. _____
codia 00000 _____

ENC. INGENIERÍA
ING. _____
codia 00000 _____

ESTRUCTURAL
ING. _____
codia 00000 _____

ELÉCTRICO
ING. _____
codia 00000 _____

HIDRO-SANITARIO
ING. _____
codia 00000 _____

SELLO DE APROBACIÓN:


FECHA: _____

CONTENIDO: **DETALLES
ESTRUCTURALES**
PLANTA ARQUITECTÓNICA


ESCALA:
1:50

SEPTIEMBRE 2026


NO. PÁGINA:
021

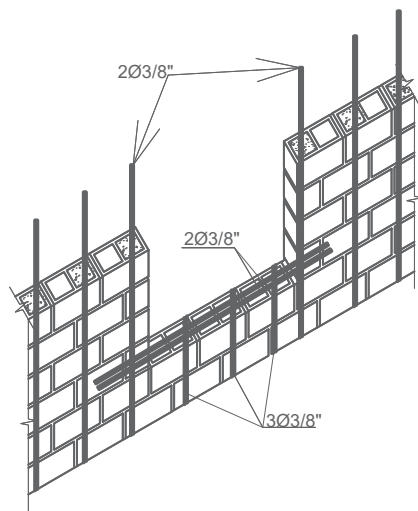

DETALLE REFUERZO ABERTURA VENTANA

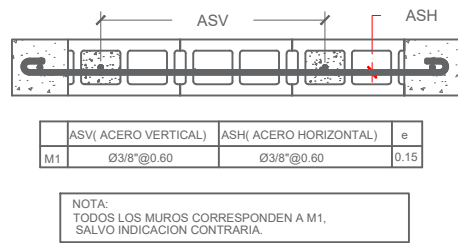

DETALLE REFUERZO MAMPOSTERIA

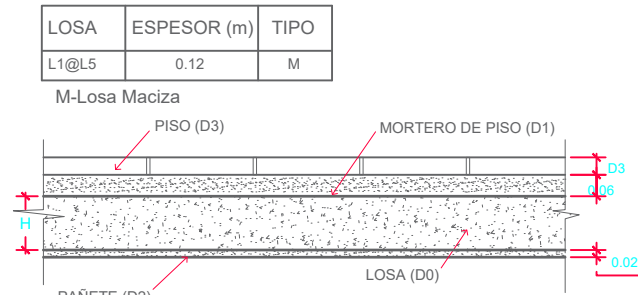

DETALLE DE LOSAS

LONGITUD DE SOLAPE		LONG DE SOLAPE 8.01 CM				
Le	db	Ø3/8"	Ø4/8"	Ø5/8"	Ø6/8"	Ø8/8"
1.00	1.00	1.00	1.00	1.00	1.00	1.00
1.25	1.25	1.25	1.25	1.25	1.25	1.25
1.50	1.50	1.50	1.50	1.50	1.50	1.50
1.75	1.75	1.75	1.75	1.75	1.75	1.75
2.00	2.00	2.00	2.00	2.00	2.00	2.00


DIAMETRO MINIMO DE DOBLADO		db	Ø(mm)
Ø3/8"	Ø3/8"	Ø3/8"	Ø3/8"
Ø4/8"	Ø4/8"	Ø4/8"	Ø4/8"
Ø5/8"	Ø5/8"	Ø5/8"	Ø5/8"
Ø6/8"	Ø6/8"	Ø6/8"	Ø6/8"
Ø8/8"	Ø8/8"	Ø8/8"	Ø8/8"

GANCHO DE 180°		db	Ø(mm)	Ø(mm)	Ø(mm)
Ø3/8"	Ø3/8"	Ø3/8"	Ø3/8"	Ø3/8"	Ø3/8"
Ø4/8"	Ø4/8"	Ø4/8"	Ø4/8"	Ø4/8"	Ø4/8"
Ø5/8"	Ø5/8"	Ø5/8"	Ø5/8"	Ø5/8"	Ø5/8"
Ø6/8"	Ø6/8"	Ø6/8"	Ø6/8"	Ø6/8"	Ø6/8"
Ø8/8"	Ø8/8"	Ø8/8"	Ø8/8"	Ø8/8"	Ø8/8"


NOTA CARGA DE LOSAS:
1) CARGAS DE SERVICIOS.
1-A) CARGAS MUERTAS.
D0 = PESO PROPIO = 0.12m X 2400 Kg/m3
D0 = 288 Kg/m2
D1 = 0.06 m X 2100 Kg/m3
D1 = 126 Kg/m2
D2 = 0.02 m X 2100 Kg/m3 = 42 Kg/m2
D3 = 20 Kg/m2
1-B) CARGAS VIVAS
L1- HABITACIONES, PASILLO Y ESTAR
L2- BALCONES Y ESCALERAS
L1 = 200 Kg/m2
L2 = 400 Kg/m2

NOTA DE REFUERZOS
1-TODO ACERO LONGITUDINAL
CORRESPONDE A Ø3/8". TODO
ESPACIAMIENTO COLOCADO EN
ACERO LONGITUDINAL
CORRESPONDE 0.25, A MENOS QUE
SE INDIQUE LO CONTRARIO.
2-TODO ACERO ADICIONAL
CORRESPONDE A Ø3/8". TODO
ESPACIAMIENTO COLOCADO EN
ACERO ADICIONAL CORRESPONDE
0.50, A MENOS QUE SE INDIQUE LO
CONTRARIO.
3-EL ACERO DE REFUERZO A SER
COLOCADO PRIMERO SERA AQUEL
CON MENOR ESPACIAMIENTO.

CALIDAD DE LOS MATERIALES
1- Concreto:
F'c= 210 Kg/cm²
2- Barra de refuerzo corrugado (Varillas)
Fy= 4,200 Kg/cm² (Grado 60)
3- Malla Electrosoldada
Fy= 5,600 Kg/cm² (Grado 80)
4- Bloques de concreto
Fb≥ 60 Kg/cm².
5- Mortero en junta
F'j≥ 80 Kg/cm²
6- Hormigón en cámara
F'cm≥ 120 Kg/cm².

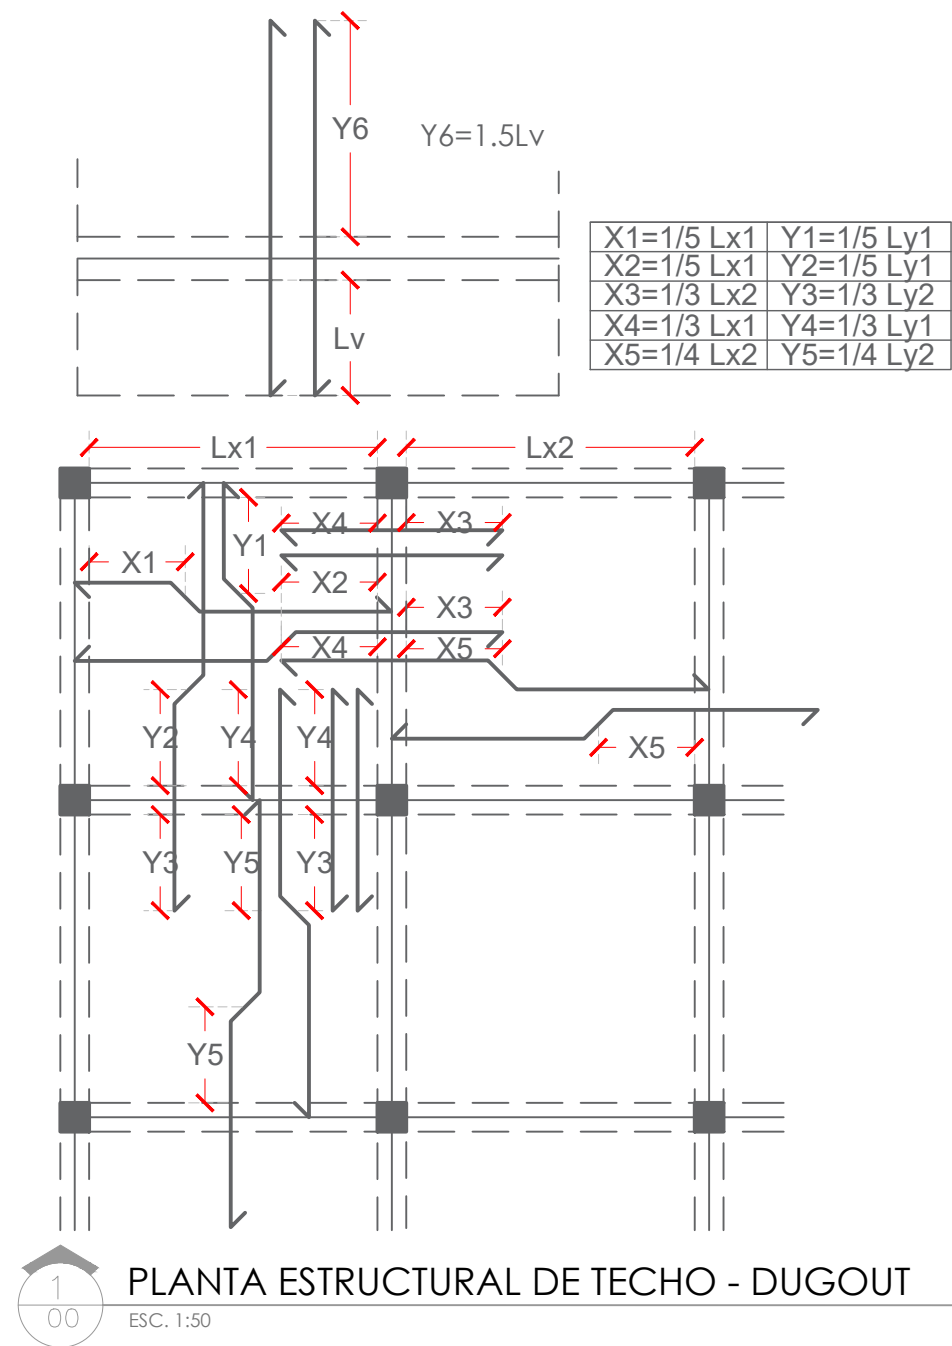

PLANTA ESTRUCTURAL DE TECHO - DUGOUT
ESC. 1:50

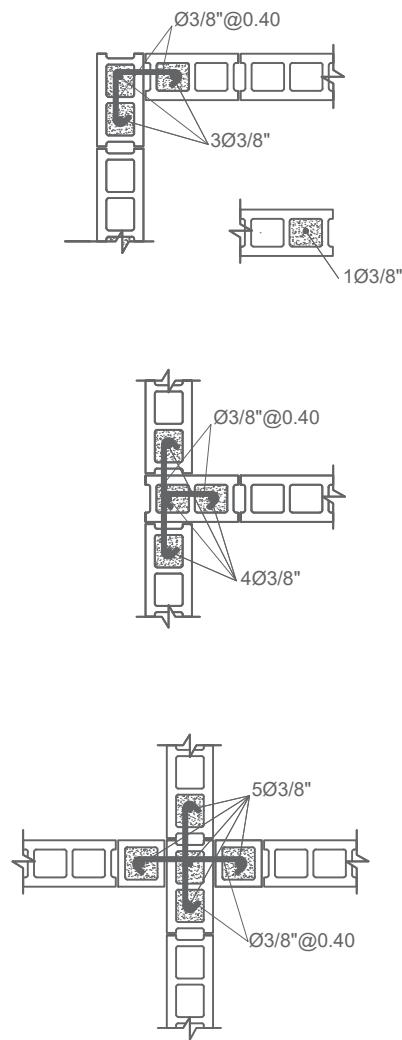

DETALLE INTERSECCIONES DE MURO




Ave. Dr. Delgado, Esq. Moises García,
Gazcue, Sto. Dgo., R.D.
TEL.: (809)-364-2189 | FAX.: (809)- 688-1665
E-Mail: info@cpadp.gob.do

Mun. Santo Domingo Norte, Prov. Santo Domingo Norte, R.D.

HIDRO-SANITARIO
ING.

022

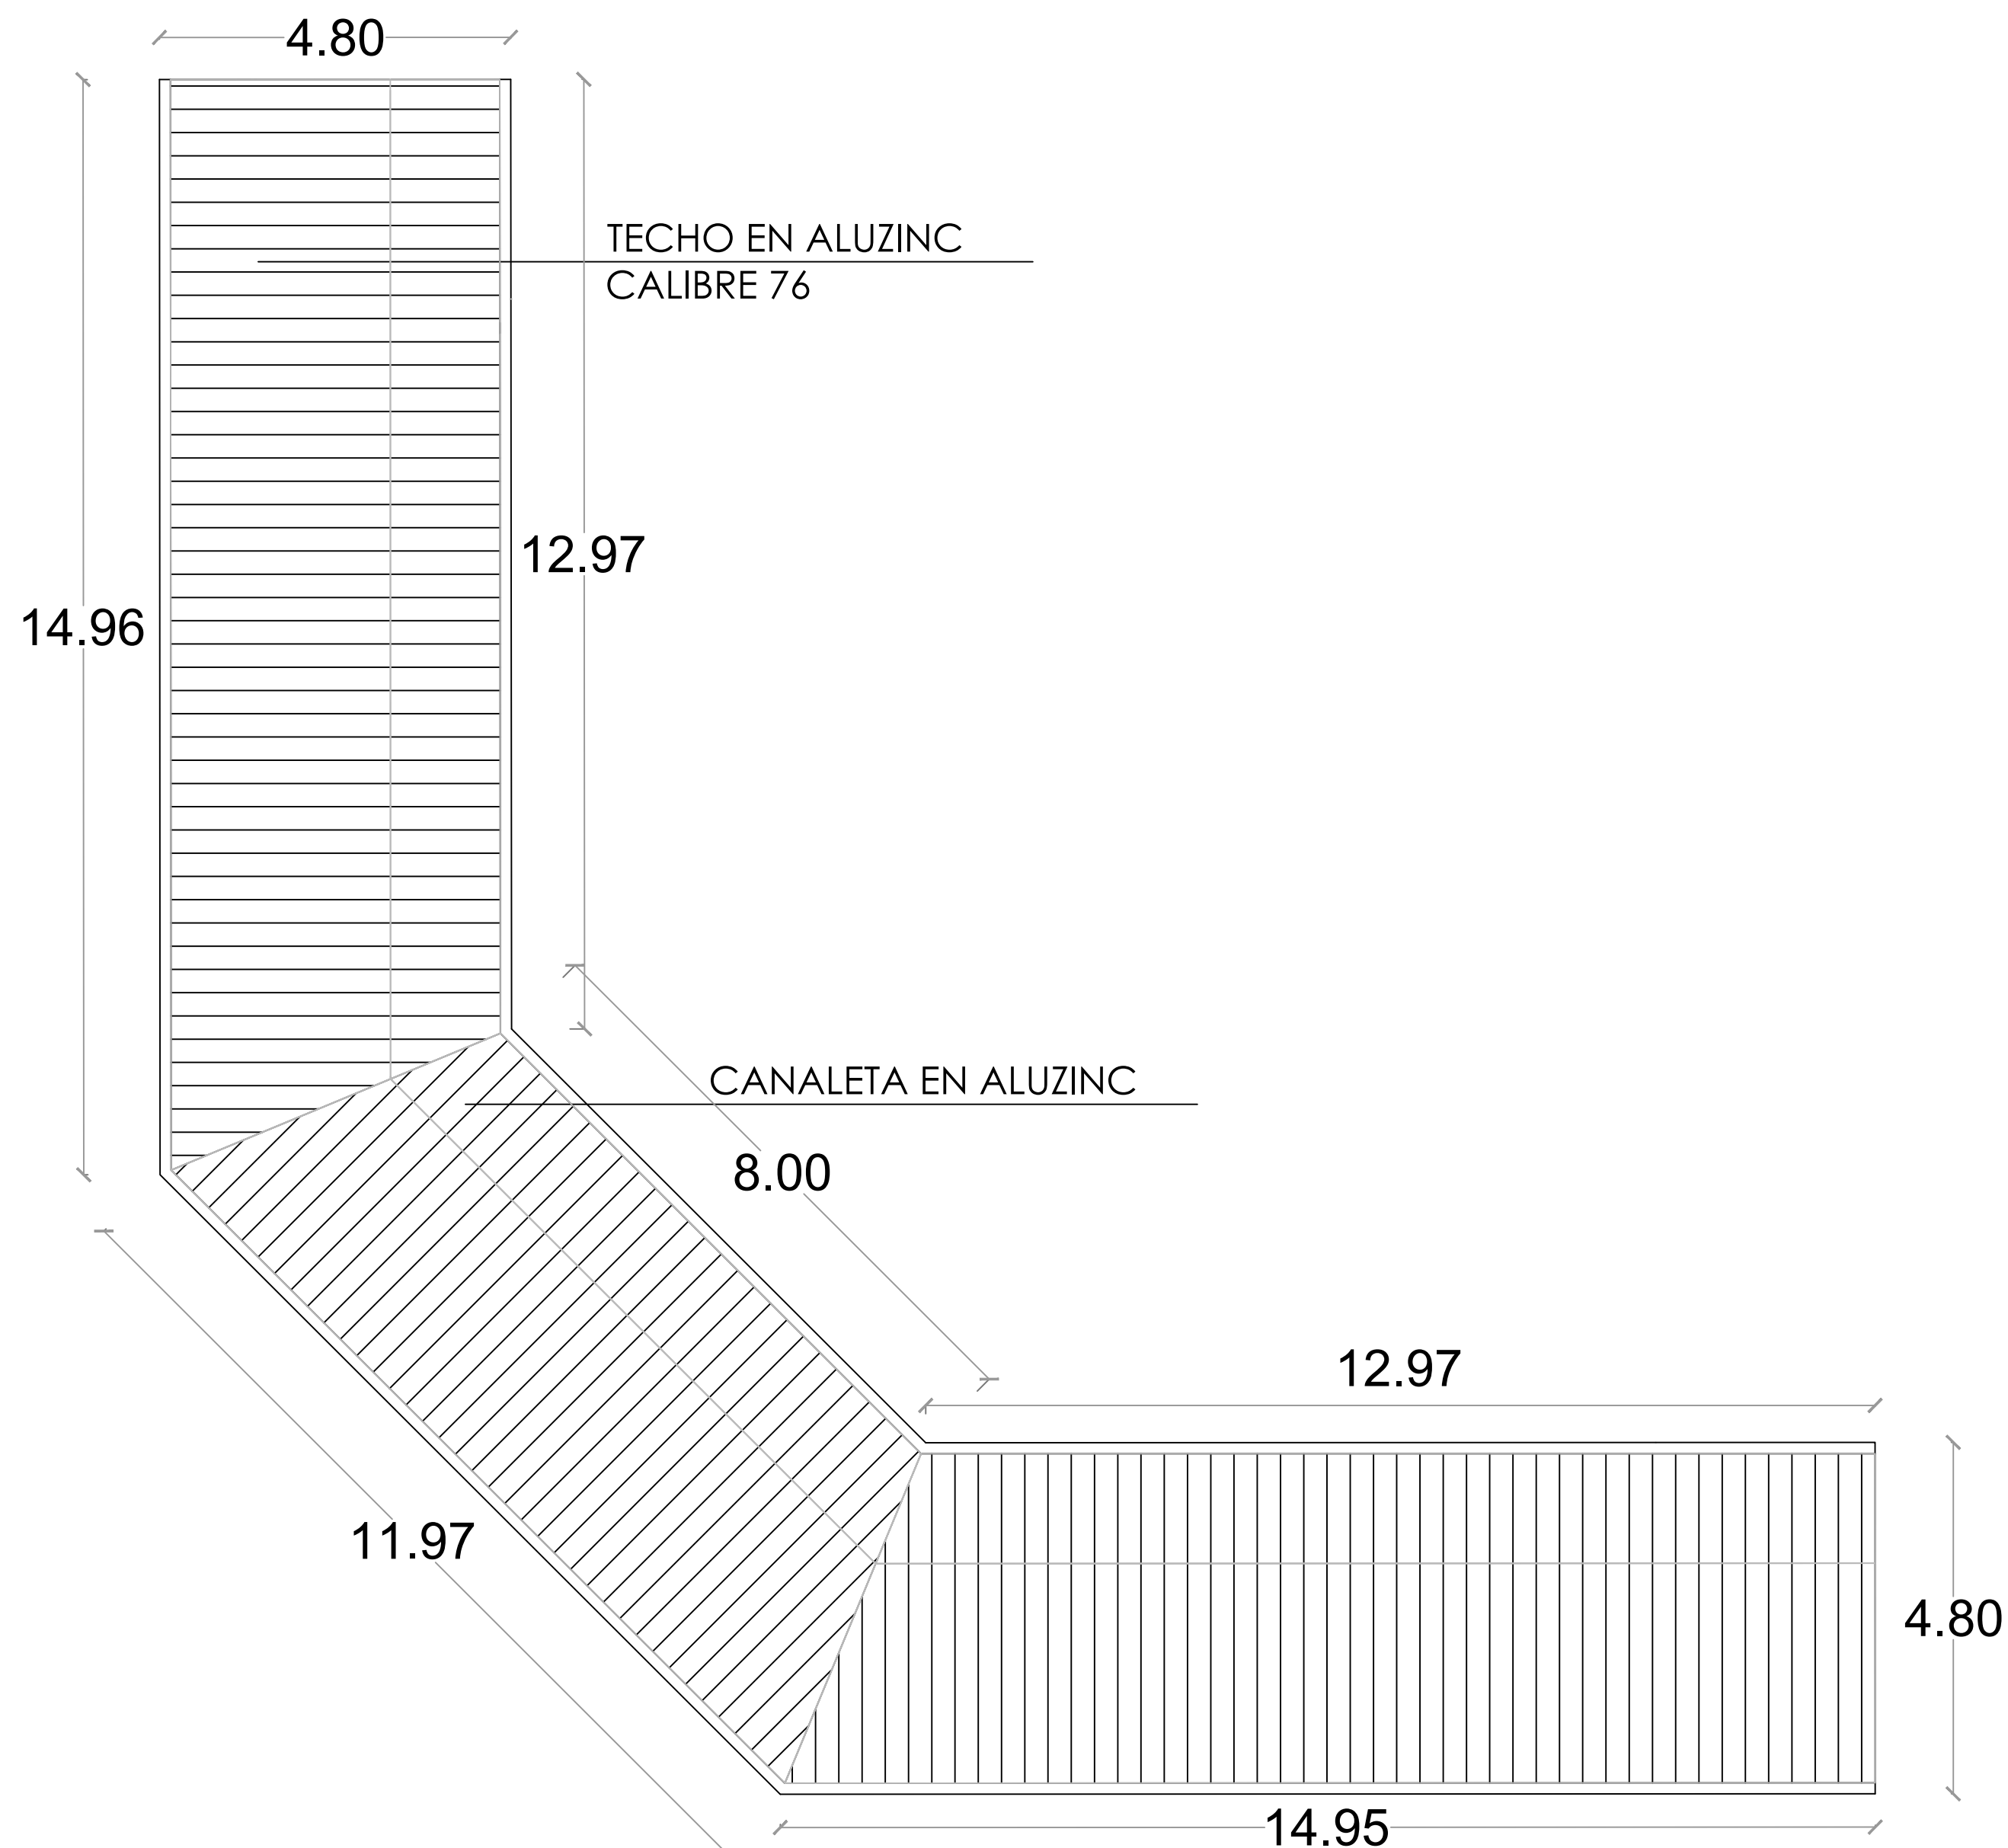



Ave. Dr. Delgado, Esq. Moises García,
Gazcue, Sto. Dgo., R.D.
TEL.: (809)-364-2189 | FAX.: (809)- 688-1665
E-Mail: info@cpadp.gob.do

Mun. Santo Domingo Norte, Prov. Santo Domingo Norte, R.D.

DISEÑO ARQUITECTÓNICO
ARQ.

codia 00000

codia 00000

codia 00000

codia 00000

FECHA: _____

CONTENIDO:

PLANTA DE LOSAS - GRADAS


ESCALA:

1:75

SEPTIEMBRE 2026

NO. PÁGINA:

023

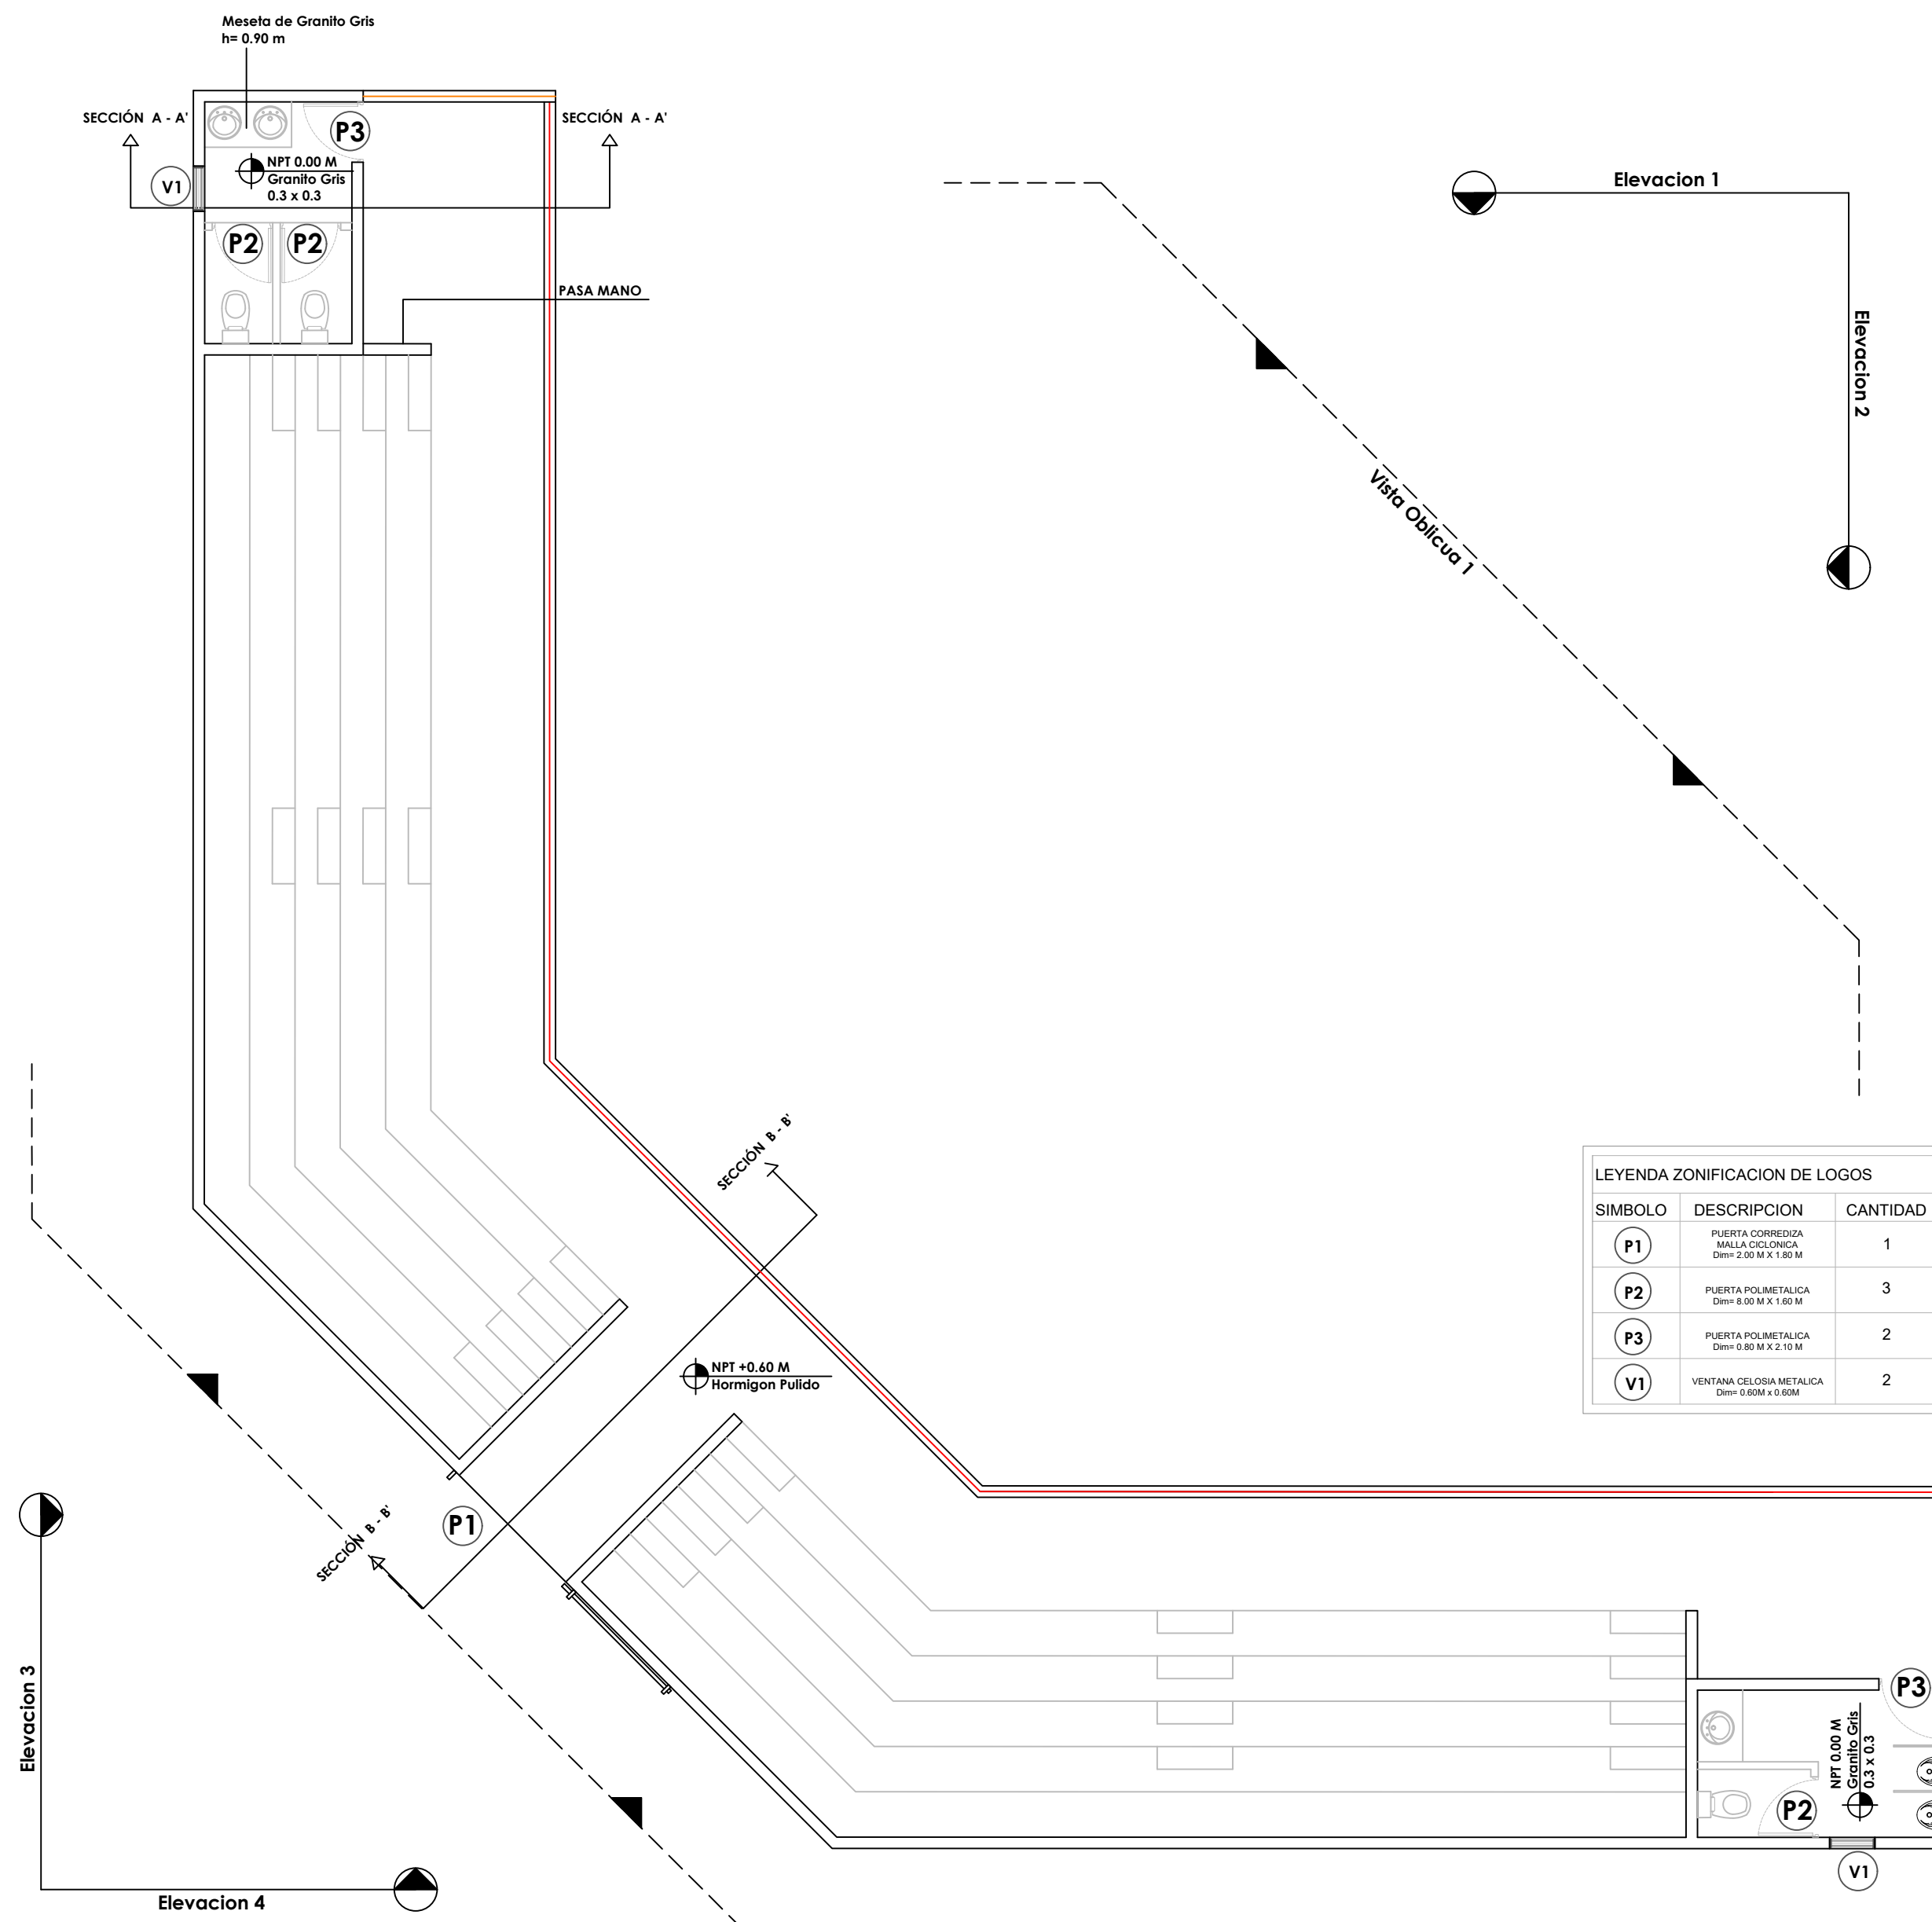

LEYENDA ZONIFICACION DE LOGOS		
SIMBOLO	DESCRIPCION	CANTIDAD
P1	PUERTA CORREDIZA MALLA CICLONICA Dim= 2.00 M X 1.80 M	1
P2	PUERTA POLIMETALICA Dim= 2.00 M X 1.60 M	3
P3	PUERTA POLIMETALICA Dim= 0.80 M X 2.10 M	2
V1	VENTANA CELOSIATA METALICA Dim= 0.60M x 0.60M	2



DIRECCION DE DESARROLLO
PROVINCIAL
DDP

Ave. Dr. Delgado, Esq. Moises García,
Gazcue, Sto. Dgo., R.D.
TEL.: (809)-364-2189 | FAX.: (809)- 688-1665
E-Mail: info@cpadp.gob.do

PROYECTO:
**CONSTRUCCIÓN CAMPO DE BÉISBOL EN EL
SECTOR GUANUMA- 270**

Mun. Santo Domingo Norte, Prov. Santo
Domingo Norte, R.D.

EQUIPO DE TRABAJO:

DISEÑO ARQUITECTÓNICO
ARQ.

codia 00000

ENC. INGENIERÍA
ING.

codia 00000

ESTRUCTURAL
ING.

codia 00000

ELÉCTRICO
ING.

codia 00000

HIDRO-SANITARIO
ING.

codia 00000

SELLO DE APROBACIÓN:

FECHA:

CONTENIDO:

PLANTA DE LOSAS - GRADAS


ESCALA:

1:75

SEPTIEMBRE 2026

NO. PÁGINA:

024

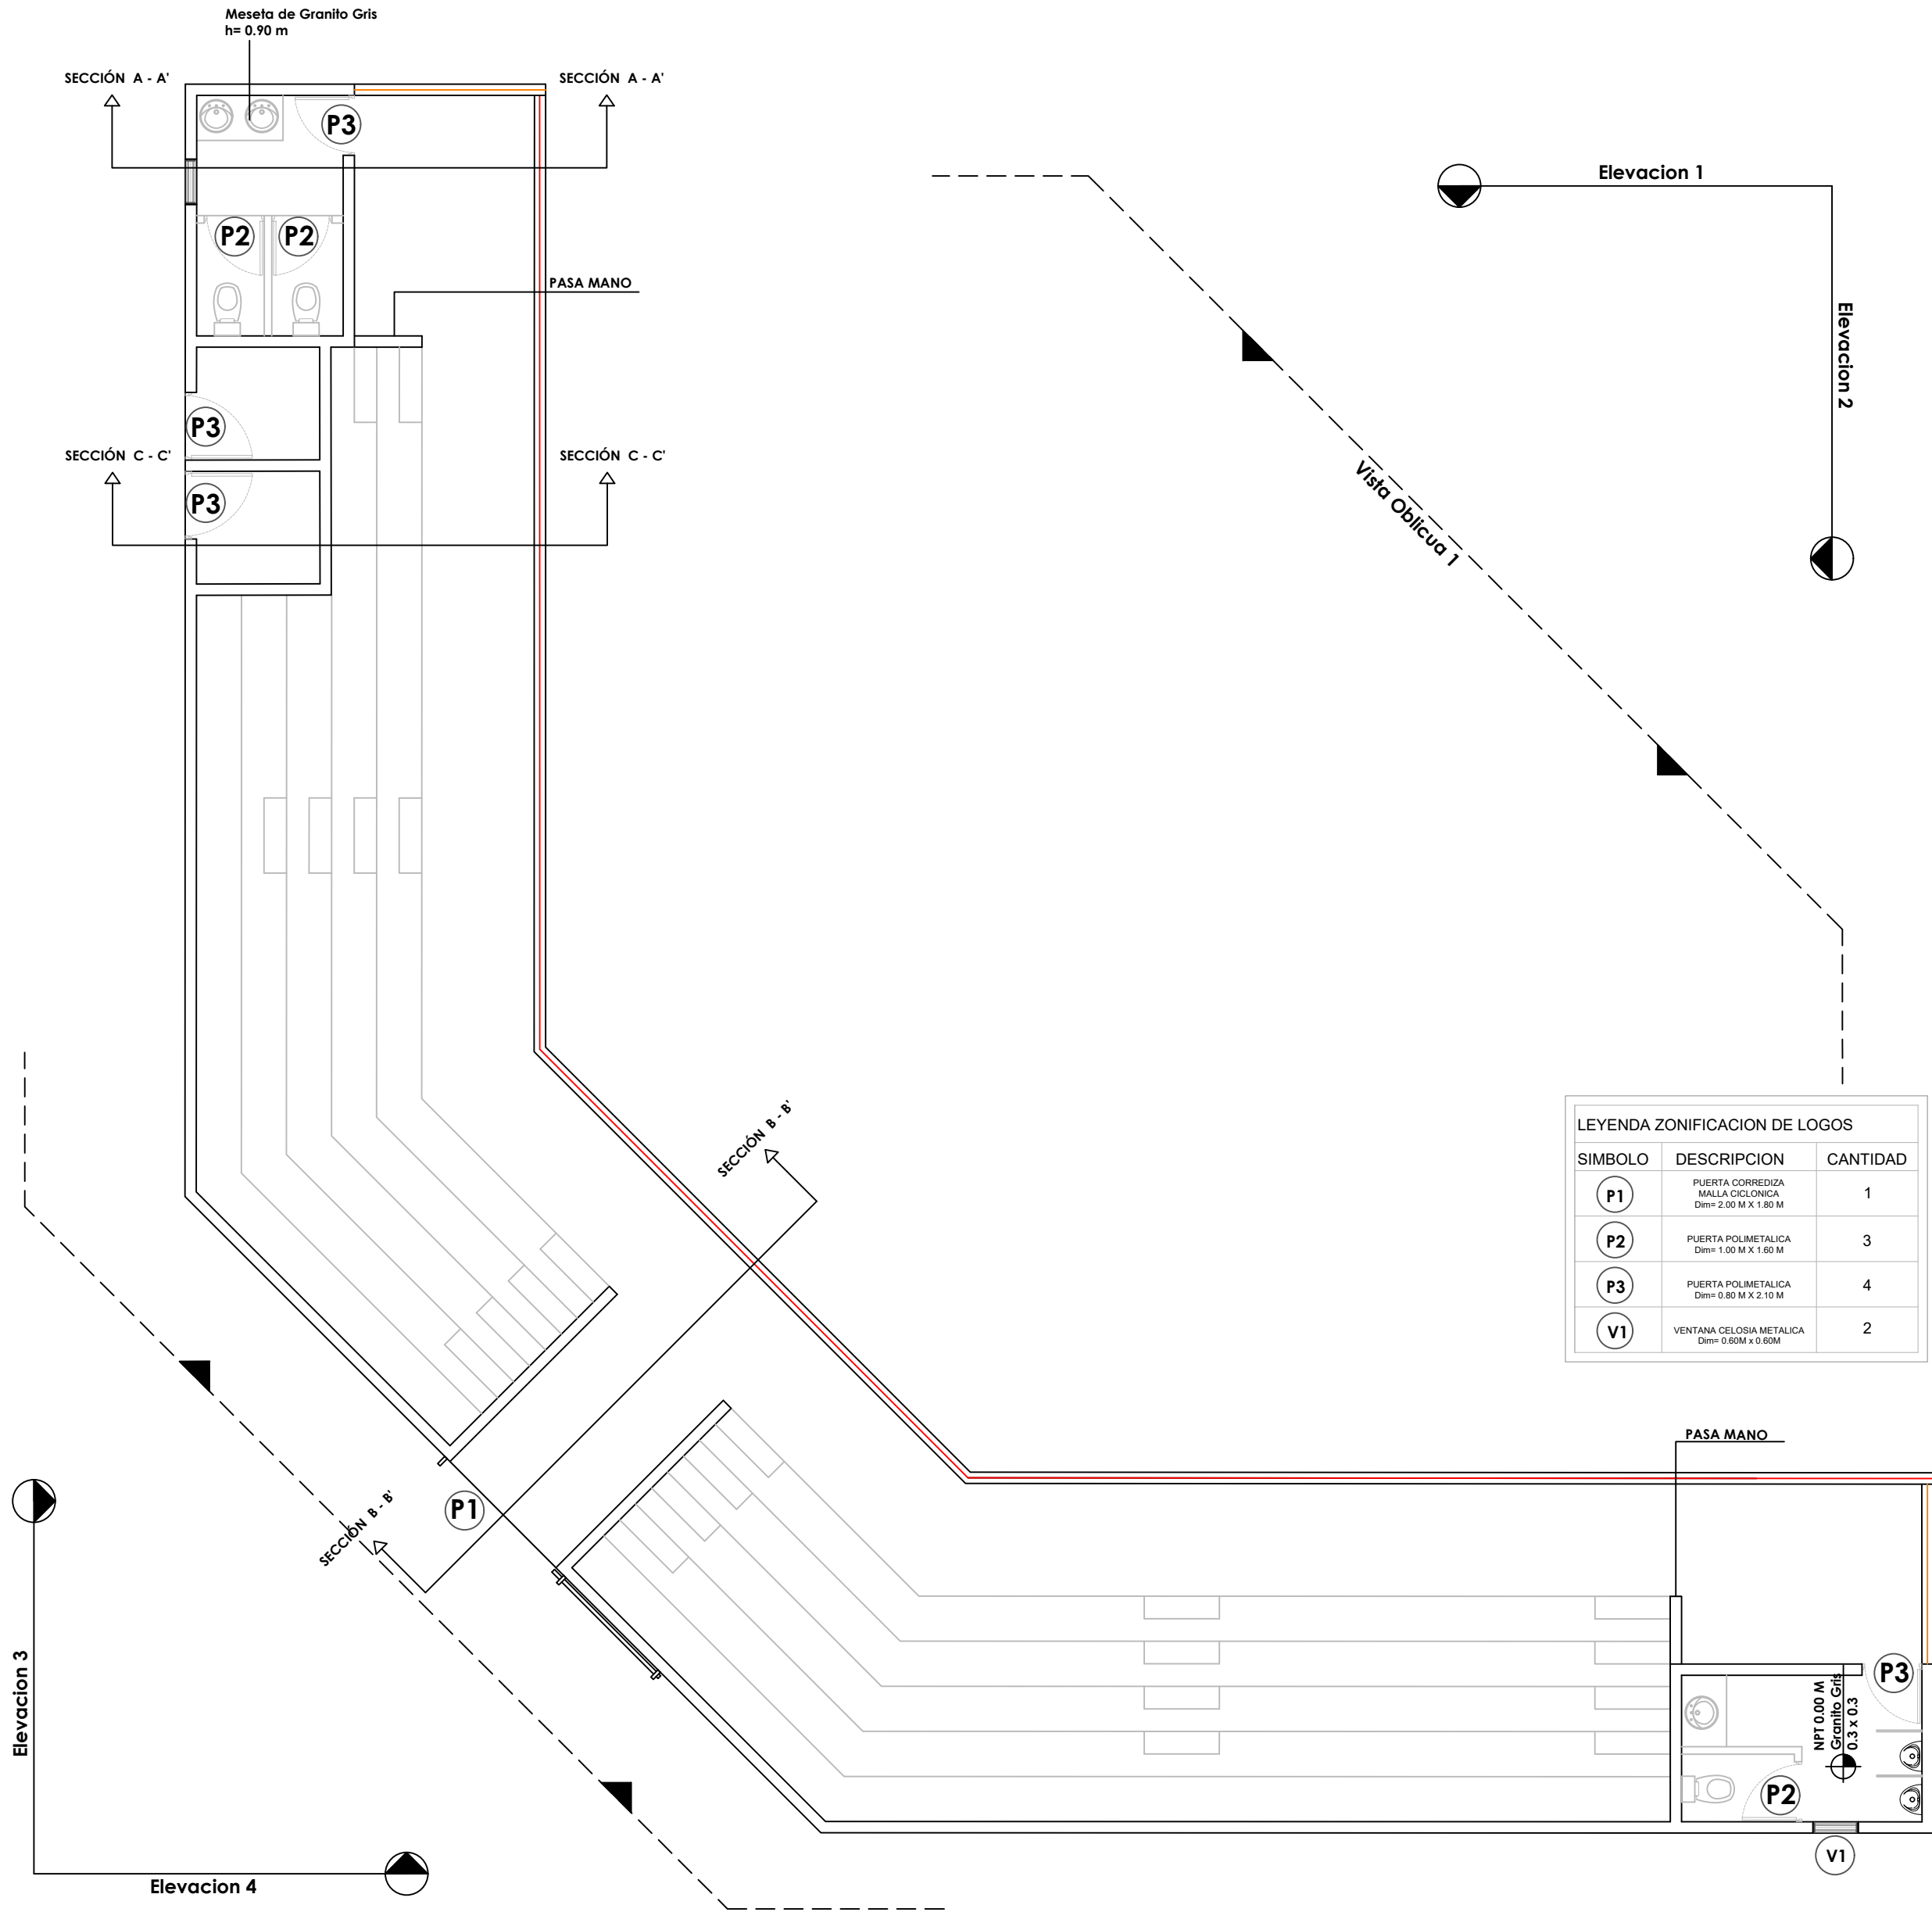



Ave. Dr. Delgado, Esq. Moises García,
Gazcue, Sto. Dgo., R.D.
TEL.: (809)-364-2189 | FAX.: (809)- 688-1665
E-Mail: info@cpadp.gob.do

Mun. Santo Domingo Norte, Prov. Santo Domingo Norte, R.D.

codia 00000 _____

codia 00000 _____

codia 00000

codig 00000 _____

codia 00000 _____

FECHA:


PLANTA DIMENSIONADA



1:75

SEPTIEMBRE 2026

NO. PÁGINA:

025

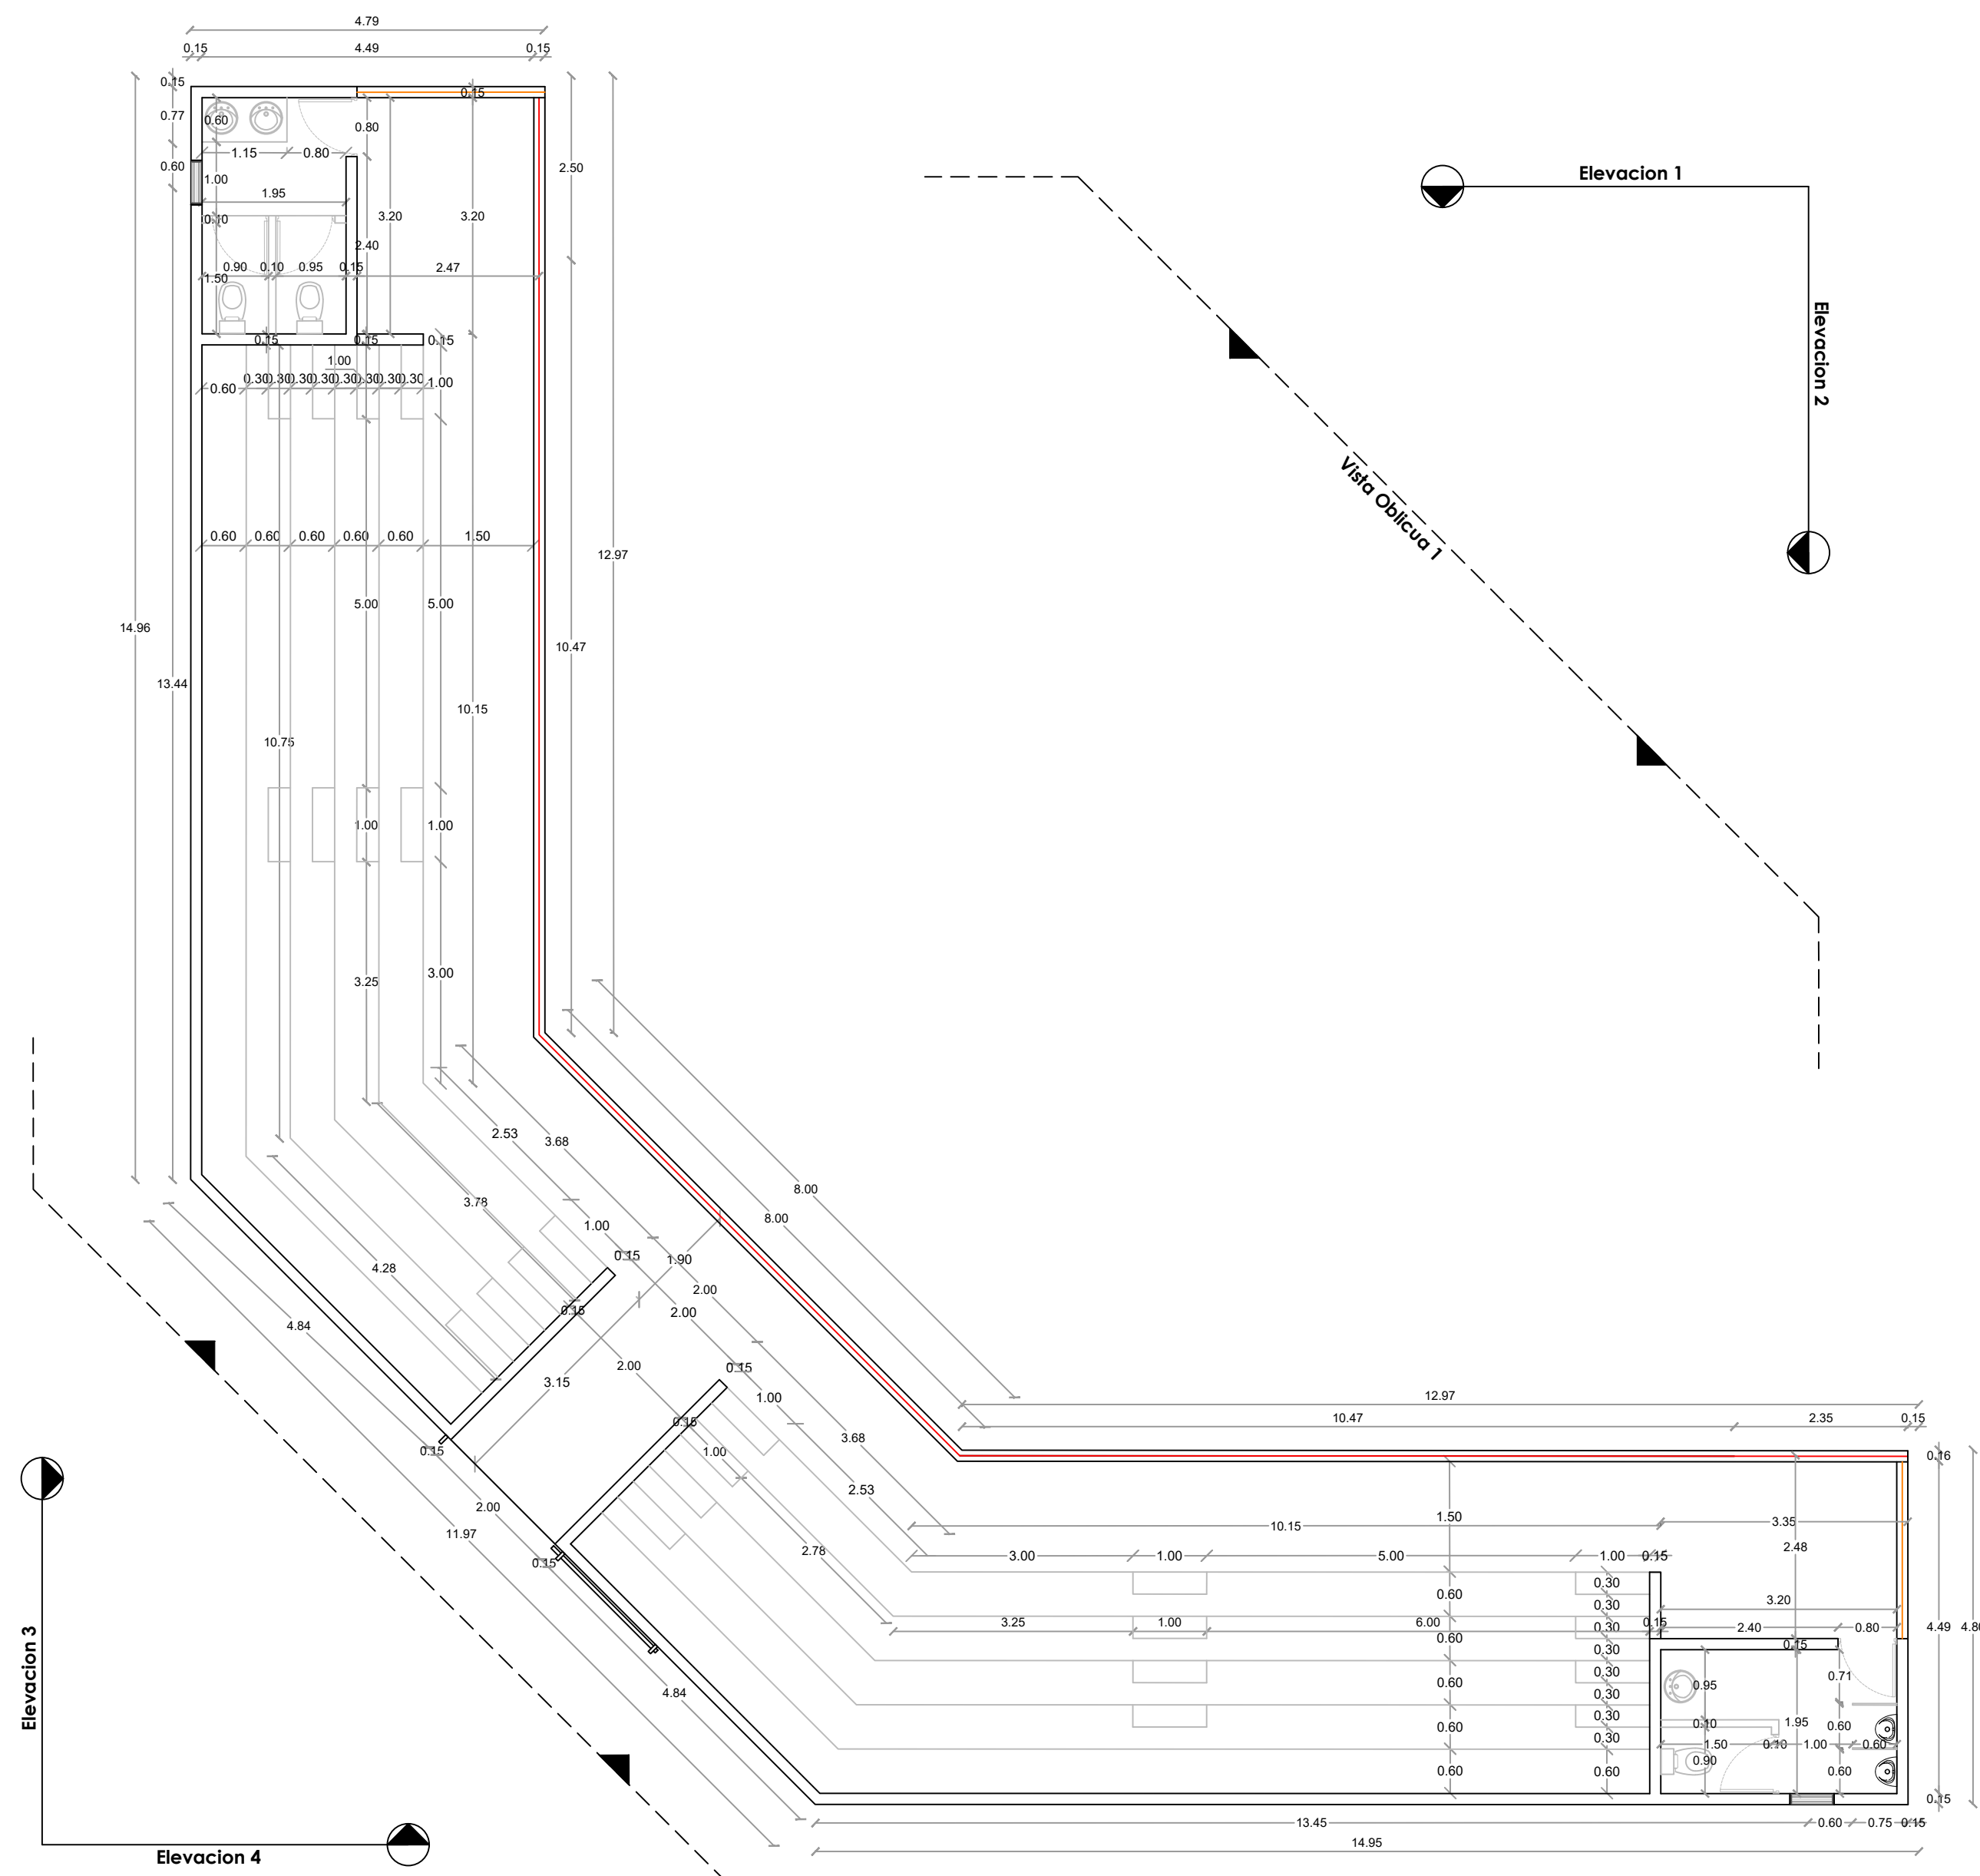

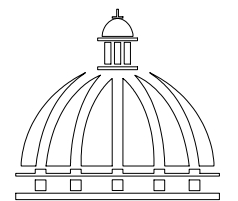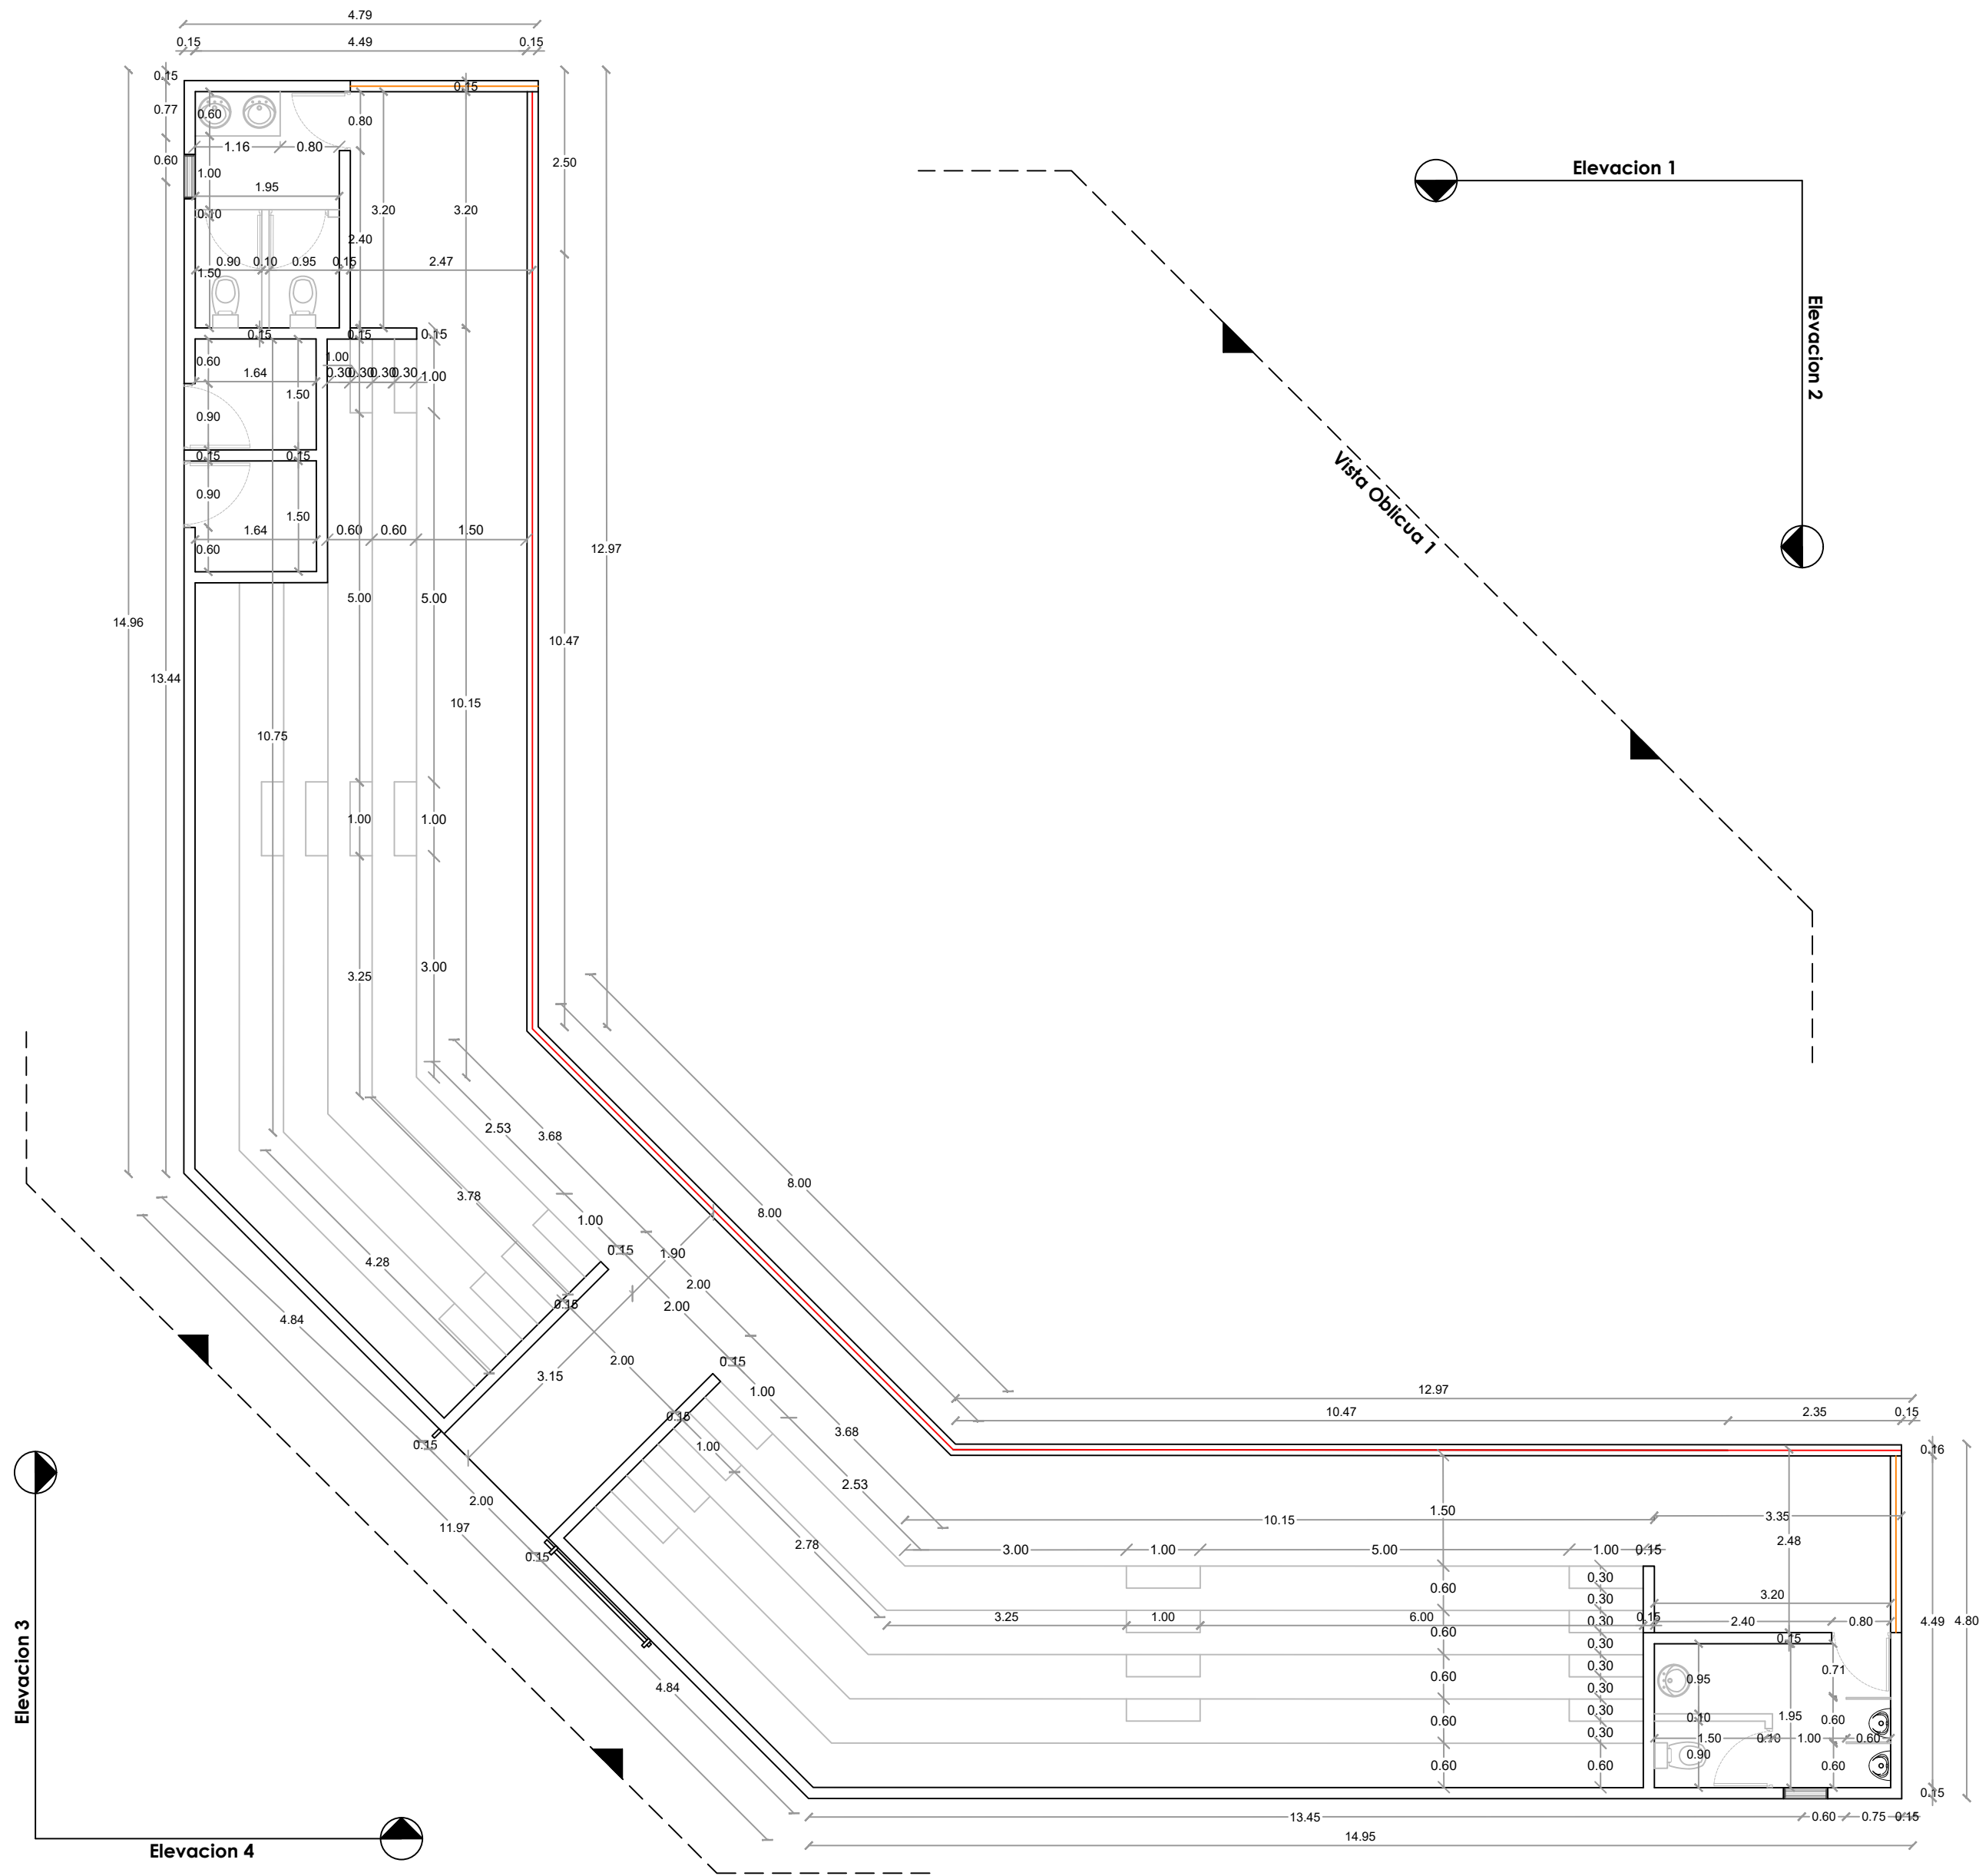

GOBIERNO DE LA
REPÚBLICA DOMINICANA

DIRECCION DE DESARROLLO
PROVINCIAL
DDP

Ave. Dr. Delgado, Esq. Moises García,
Gazcue, Sto. Dgo., R.D.
TEL.: (809)-364-2189 | FAX.: (809)- 688-1665
E-Mail: info@cpadp.gob.do

PROYECTO:
**CONSTRUCCIÓN CAMPO DE BÉISBOL EN EL
SECTOR GUANUMA- 270**

Mun. Santo Domingo Norte, Prov. Santo
Domingo Norte, R.D.

EQUIPO DE TRABAJO:

DISEÑO ARQUITECTÓNICO
ARQ.

codia 00000

ENC. INGENIERÍA
ING.

codia 00000

ESTRUCTURAL
ING.

codia 00000

ELÉCTRICO
ING.

codia 00000

HIDRO-SANITARIO
ING.

codia 00000

SELLO DE APROBACIÓN:

FECHA:

CONTENIDO:

PLANTA DIMENSIONADA



ESCALA:

1:75

SEPTIEMBRE 2026

NO. PÁGINA:

  026



PROYECTO:
**CONSTRUCCIÓN CAMPO DE BÉISBOL EN EL
SECTOR GUANUMA- 270**

Mun. Santo Domingo Norte, Prov. Santo
Domingo Norte, R.D.

- EQUIPO DE TRABAJO:
- DISEÑO ARQUITECTÓNICO**
ARQ.

codia 00000
- ENC. INGENIERÍA**
ING.

codia 00000
- ESTRUCTURAL**
ING.

codia 00000
- ELÉCTRICO**
ING.

codia 00000
- HIDRO-SANITARIO**
ING.

codia 00000

SELLO DE APROBACIÓN:

FECHA:

CONTENIDO:


SECCIONES

ESCALA:


SEPTIEMBRE 2026

NO. PÁGINA:


028

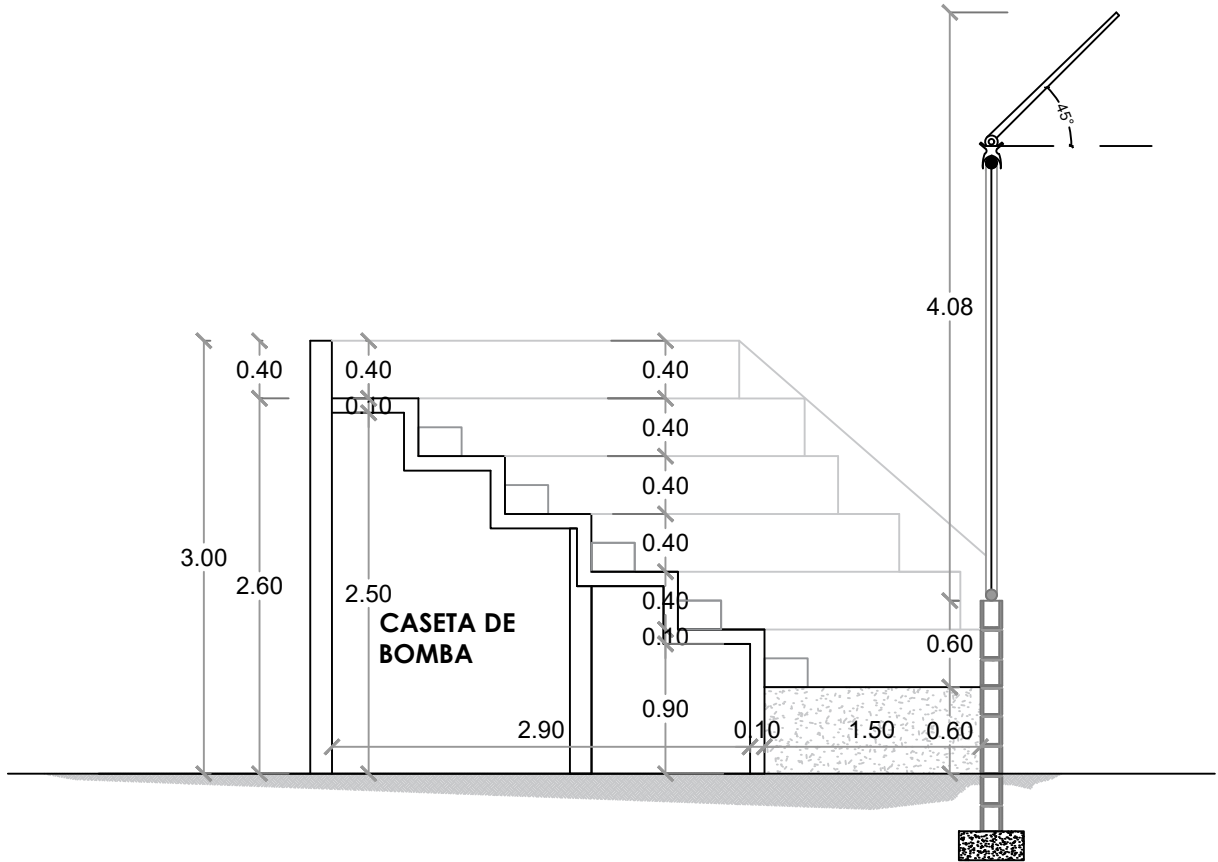


SECCIÓN C-C - DIMENSIONADA - GRADAS
ESC. 1:50

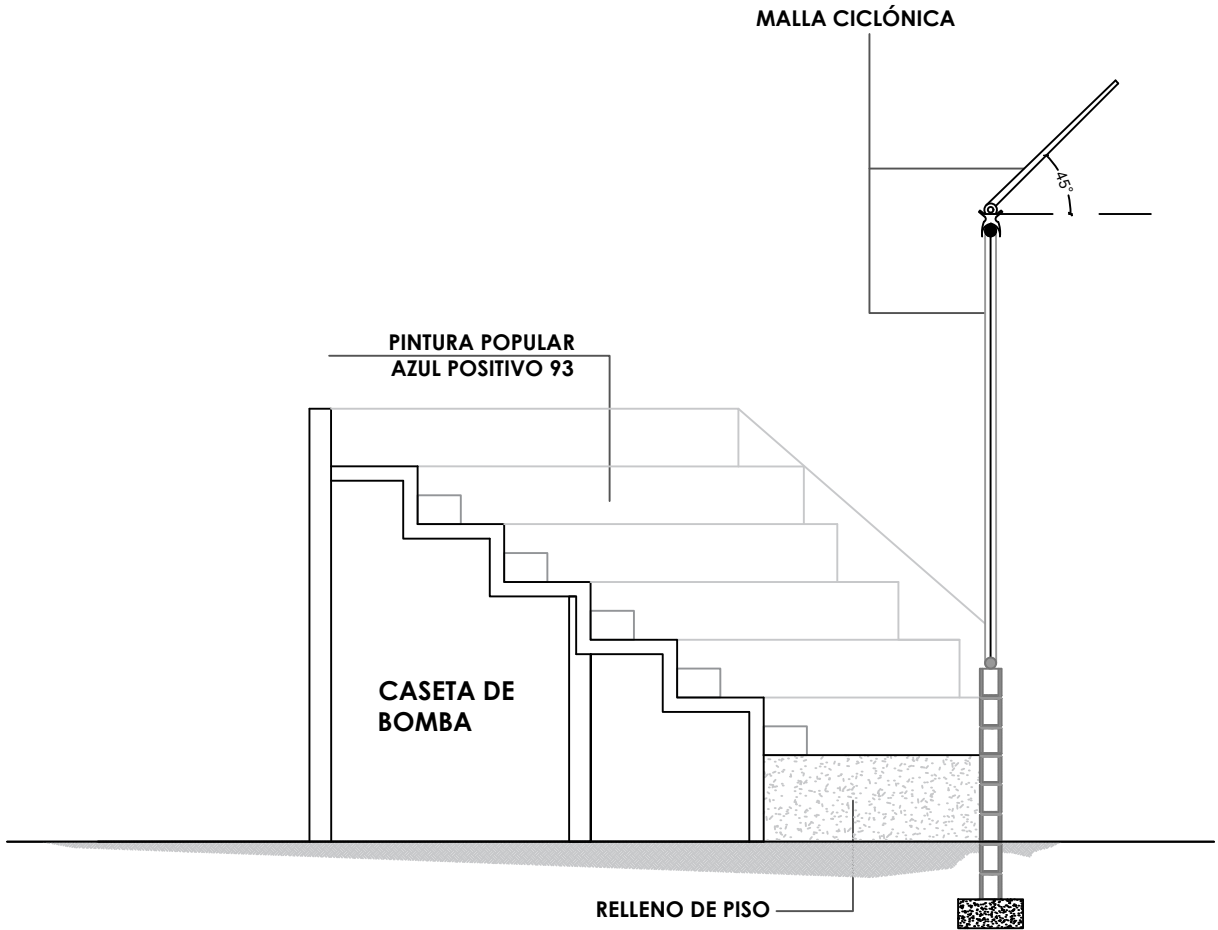

SECCIÓN C-C' - DETALLES - GRADAS
ESC. 1:50

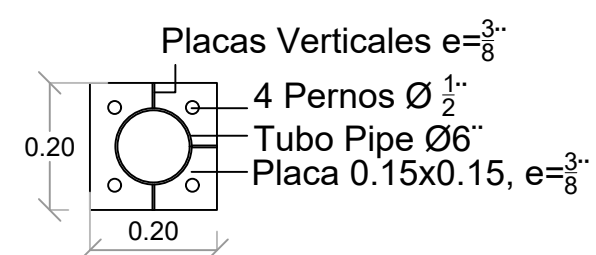

SECCIÓN PERNO

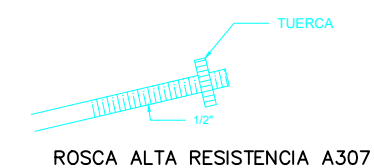

NOTA: TODOS LOS PLANOS PUEDEN SER MODIFICADOS Y / AJUSTADOS EN CAMPO



**DIRECCION DE DESARROLLO
PROVINCIAL
DDP**

Ave. Dr. Delgado, Esq. Moises García,
Gazcue, Sto. Dgo., R.D.
TEL.: (809)-364-2189 | FAX.: (809)- 688-1665
E-Mail: info@cpadp.gob.do

PROYECTO:
**CONSTRUCCIÓN CAMPO DE BÉISBOL EN EL
SECTOR GUANUMA- 270**

Mun. Santo Domingo Norte, Prov. Santo Domingo Norte, R.D.

EQUIPO DE TRABAJO:

DISEÑO ARQUITECTÓNICO
ARQ.

codia 00000

ENC. INGENIERÍA
ING.

codia 00000

STRUCTURAL ING.

codia 00000

ELÉCTRICO
ING.

codia 00000

HIDRO-SANITARIO
ING.

codia 00000

SELO DE APROBACIÓN:

FECHA:

CONTENIDO:

SECCIONES

ESCALA:

SEPTIEMBRE 2026

NO. PÁGINA:

029



**DIRECCION DE DESARROLLO
PROVINCIAL
DDP**

Ave. Dr. Delgado, Esq. Moises García,
Gazcue, Sto. Dgo., R.D.
TEL.: (809)-364-2189 | FAX.: (809)- 688-1665
E-Mail: info@cpadp.gob.do

PROYECTO:
**CONSTRUCCIÓN CAMPO DE BÉISBOL EN EL
SECTOR GUANUMA- 270**

Mun. Santo Domingo Norte, Prov. Santo Domingo Norte, R.D.

EQUIPO DE TRABAJO:

DISEÑO ARQUITECTÓNICO
ARQ.

codia 00000

ENC. INGENIERÍA

ING.

codia 00000

ESTRUCTURAL

ING.

codia 00000

ELÉCTRICO

ING.

codia 00000

HIDRO-SANITARIO

ING.

codia 00000

SELO DE APROBACIÓN:

FECHA:

CONTENIDO:


ESCALA:

1:75


SEPTIEMBRE 2026

NO. PÁGINA:

030

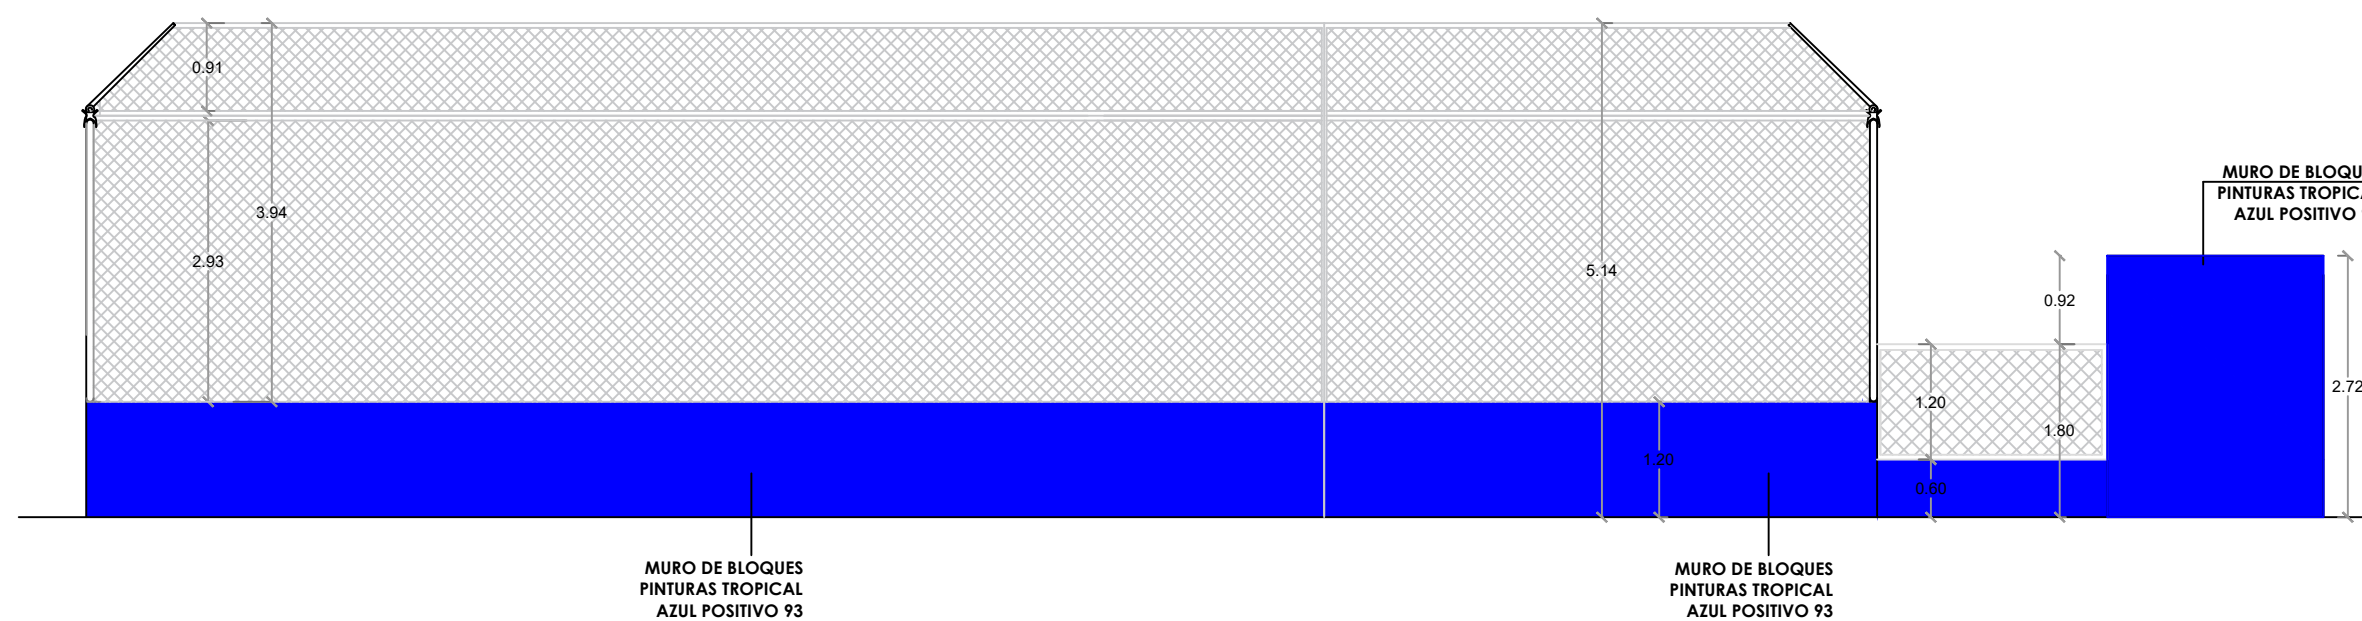

1
00 ELEVACIÓN 1 - GRADAS
ESC. 1:75

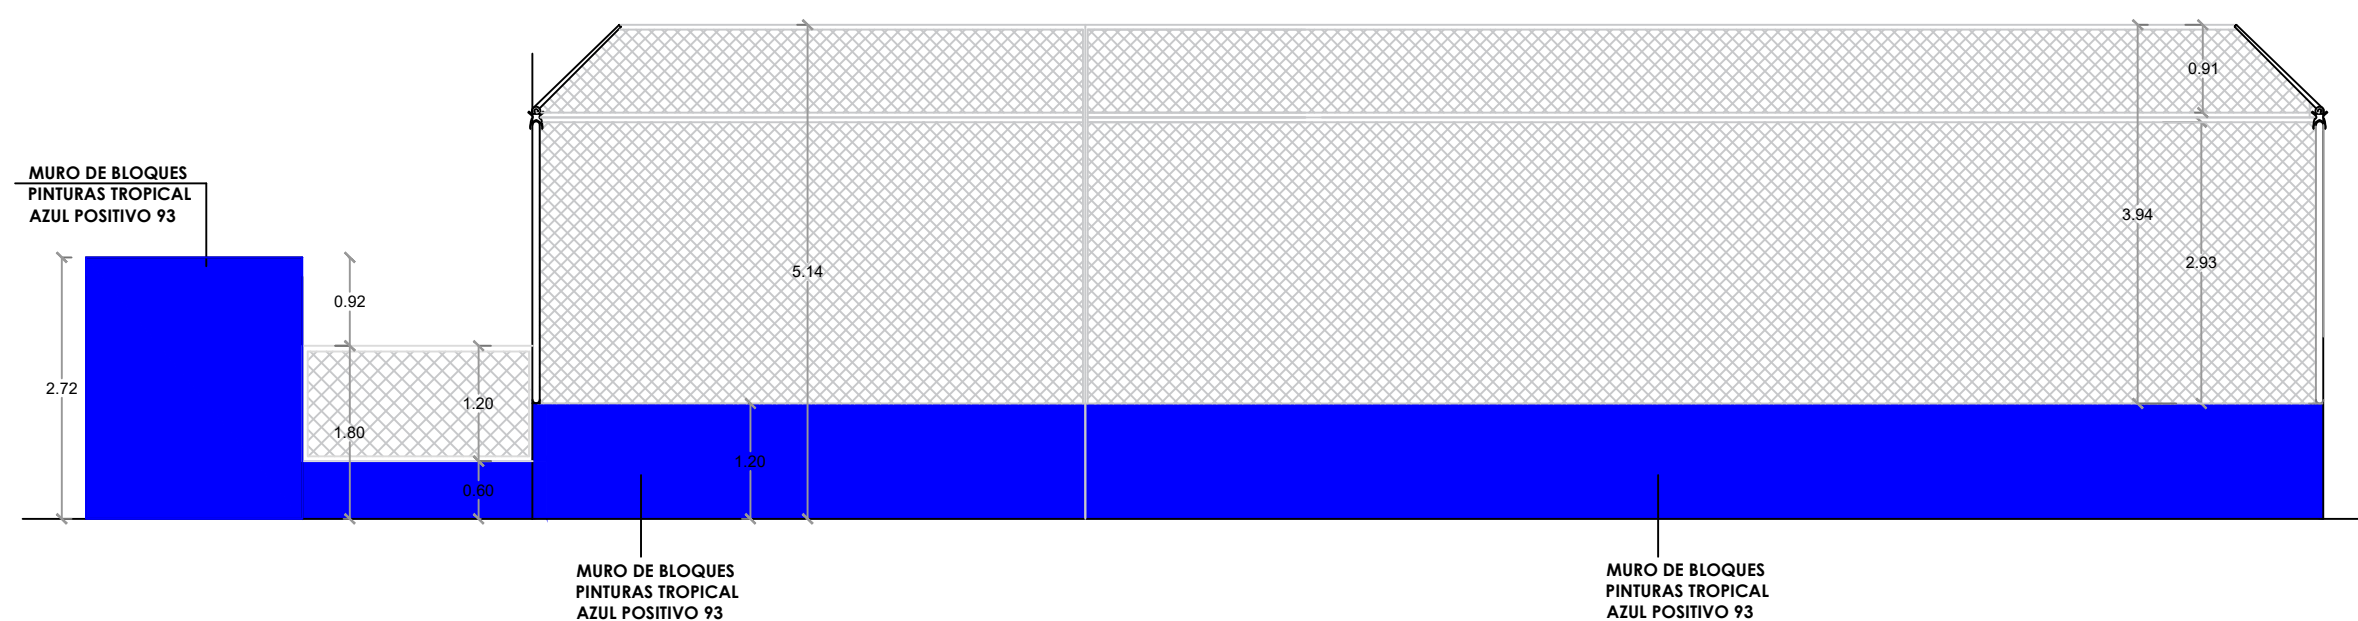

1
00 ELEVACIÓN 2 - GRADAS
ESC. 1:75

PROYECTO:
**CONSTRUCCIÓN CAMPO DE BÉISBOL EN EL
SECTOR GUANUMA- 270**

Mun. Santo Domingo Norte, Prov. Santo Domingo Norte, R.D.

EQUIPO DE TRABAJO:

DISEÑO ARQUITECTÓNICO ARQ.	
ENC. INGENIERÍA ING	
ESTRUCTURAL ING.	
ELÉCTRICO ING.	
HIDRO-SANITARIO ING.	

SELLO DE APROBACIÓN:

FECHA:

CONTENIDO:


PLANTA ARQUITECTÓNICA

ESCALA:


1:75

SEPTIEMBRE 2026


NO. PÁGINA:

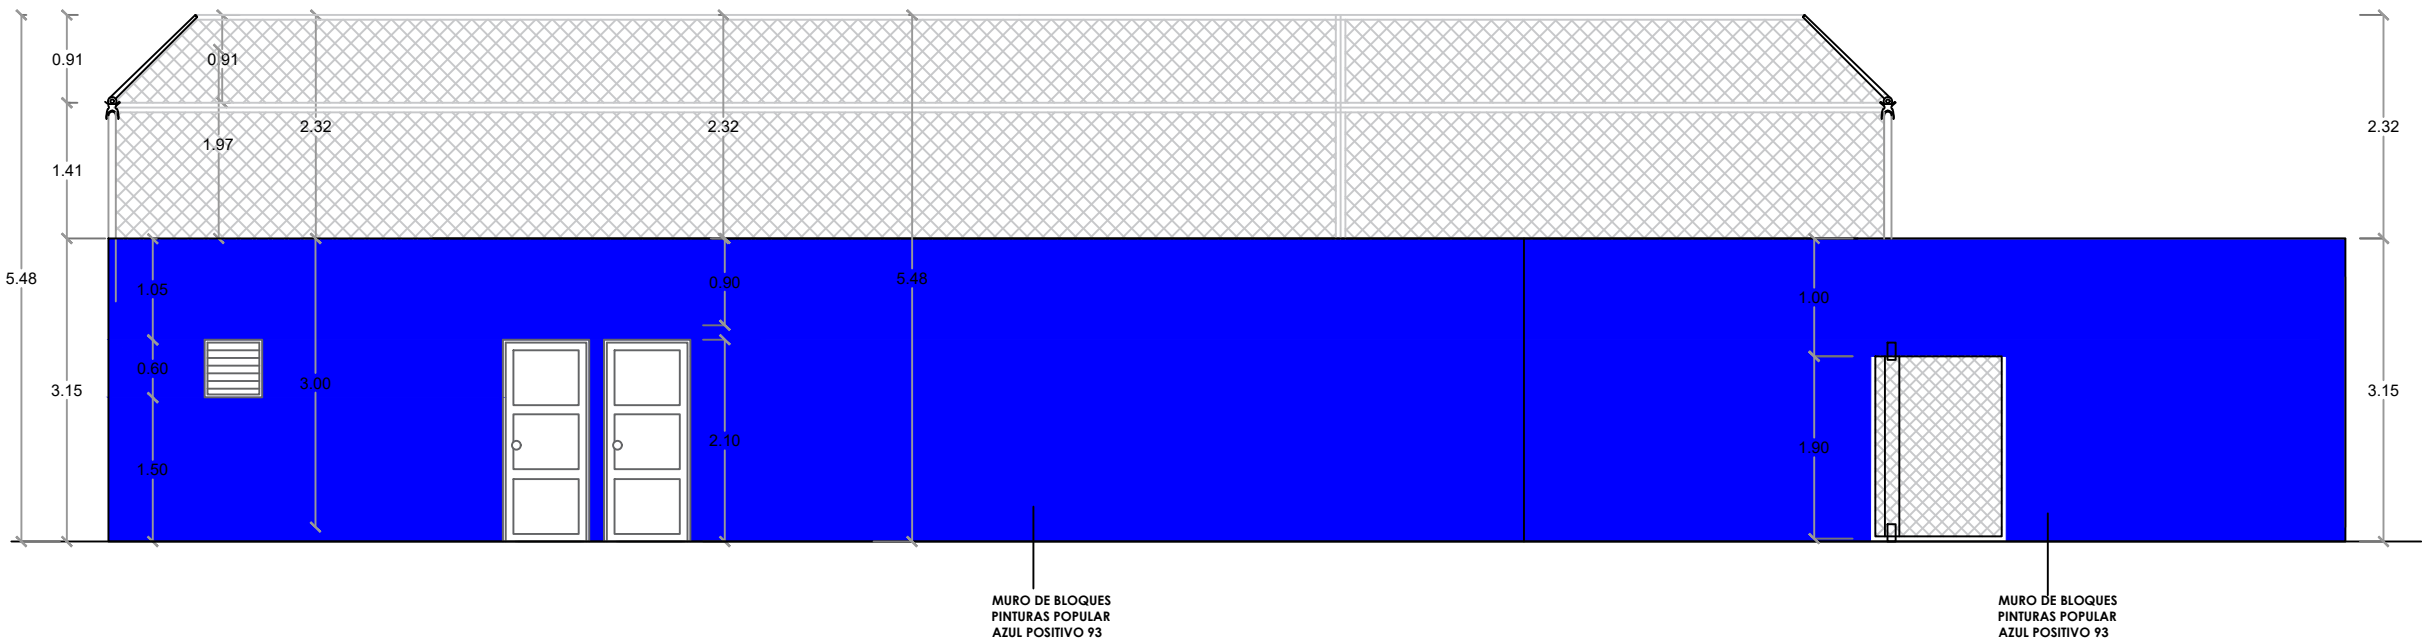

ELEVACIÓN 3 - GRADAS
ESC. 1:75

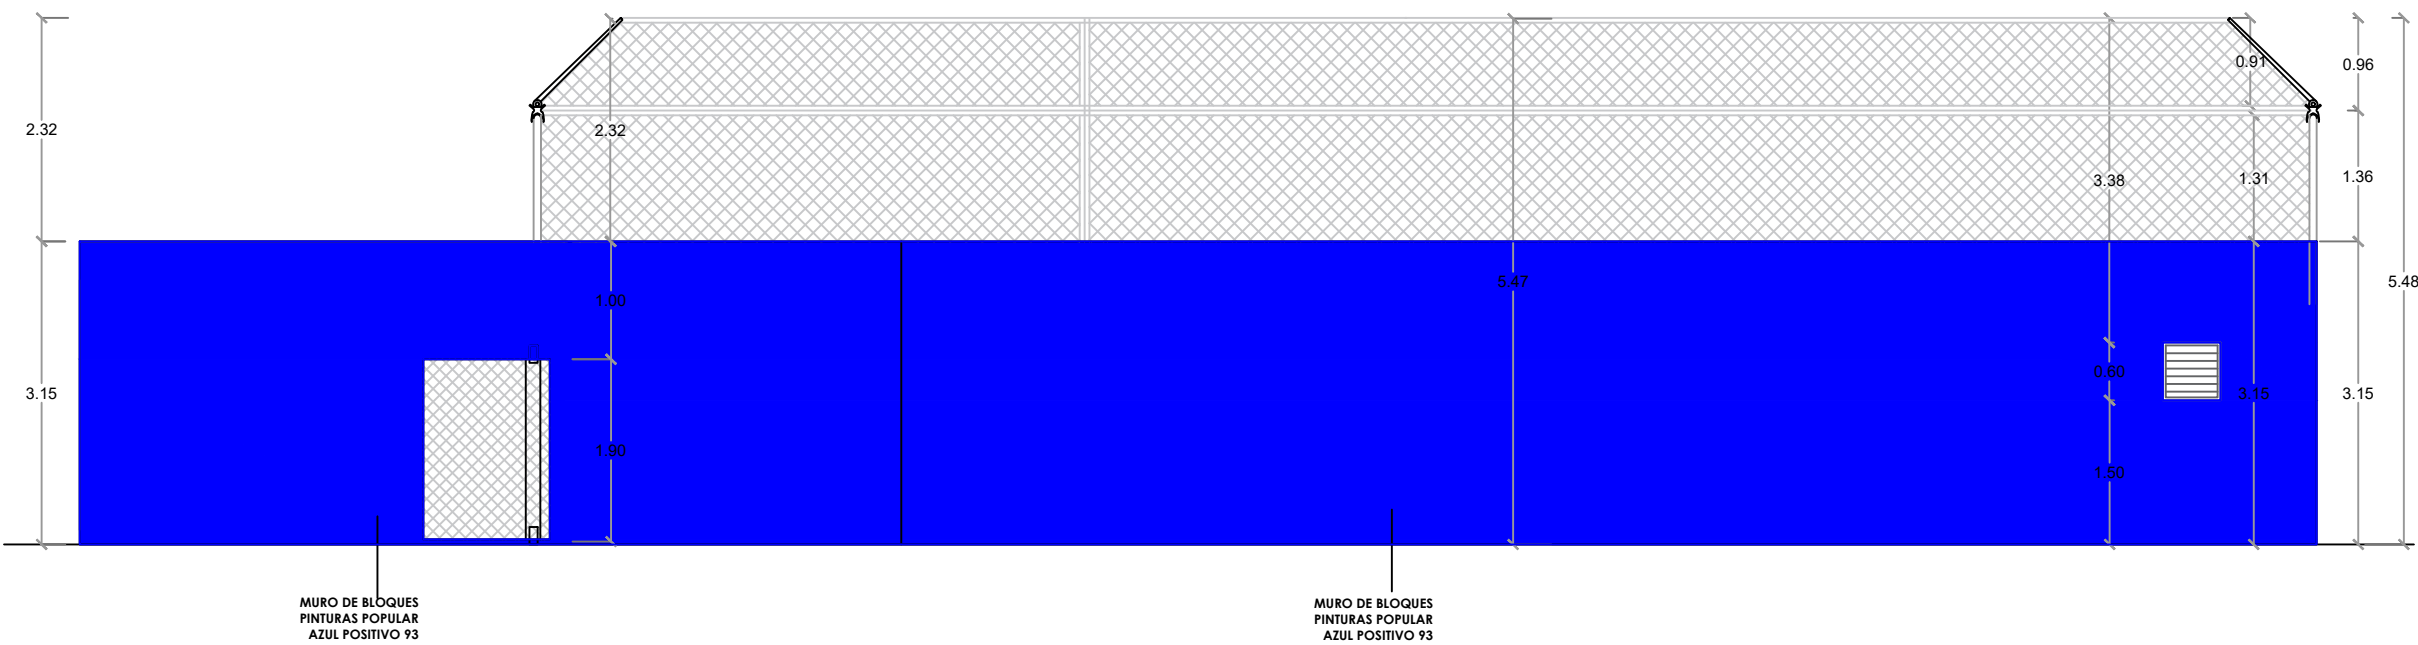


ELEVACIÓN 4 - GRADAS
ESC. 1:75

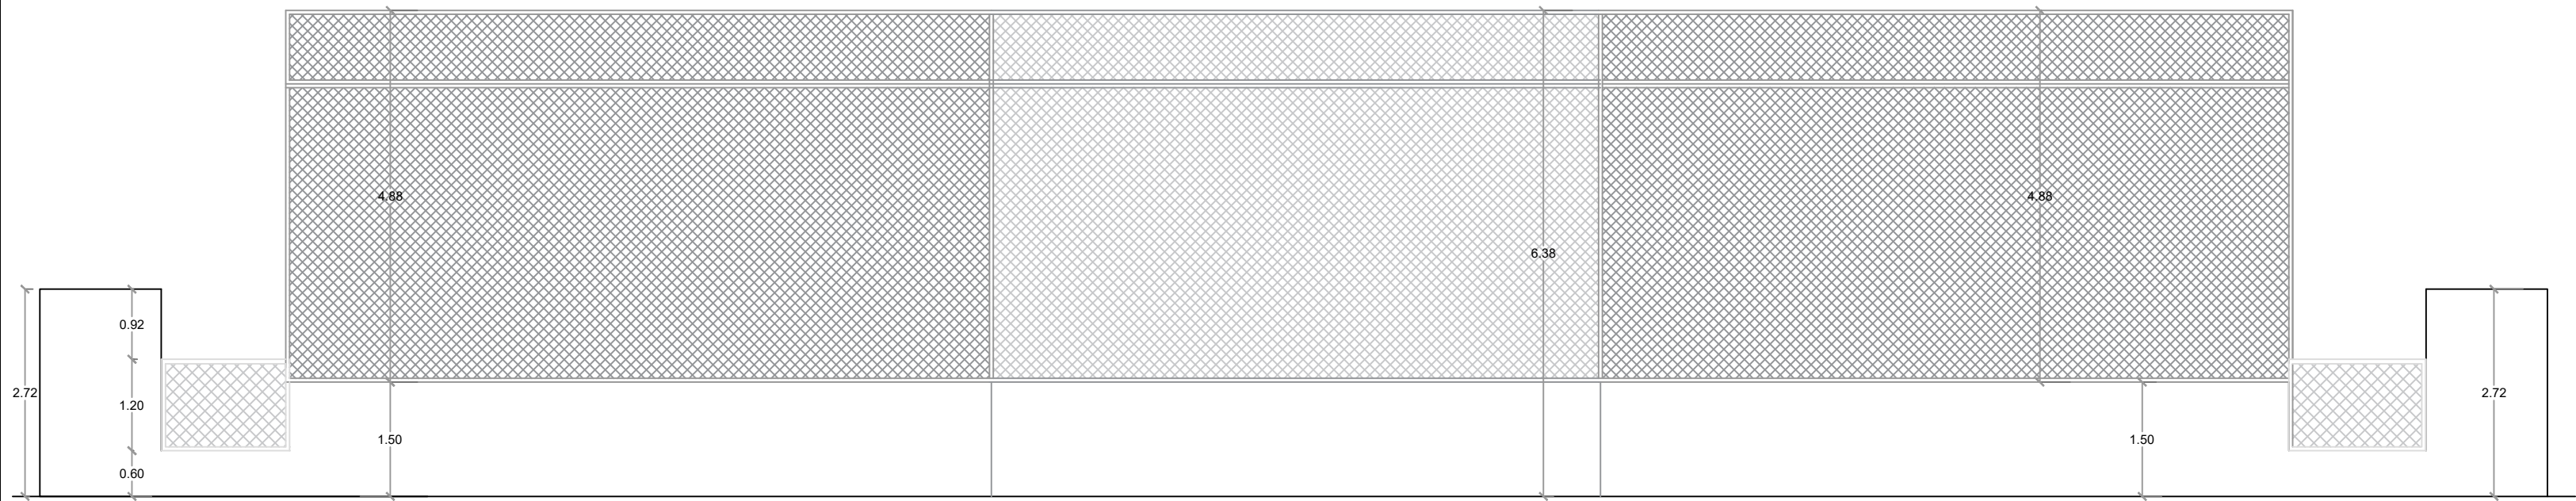

ELEVACIÓN OBLICUA 1

ESC. 1:100

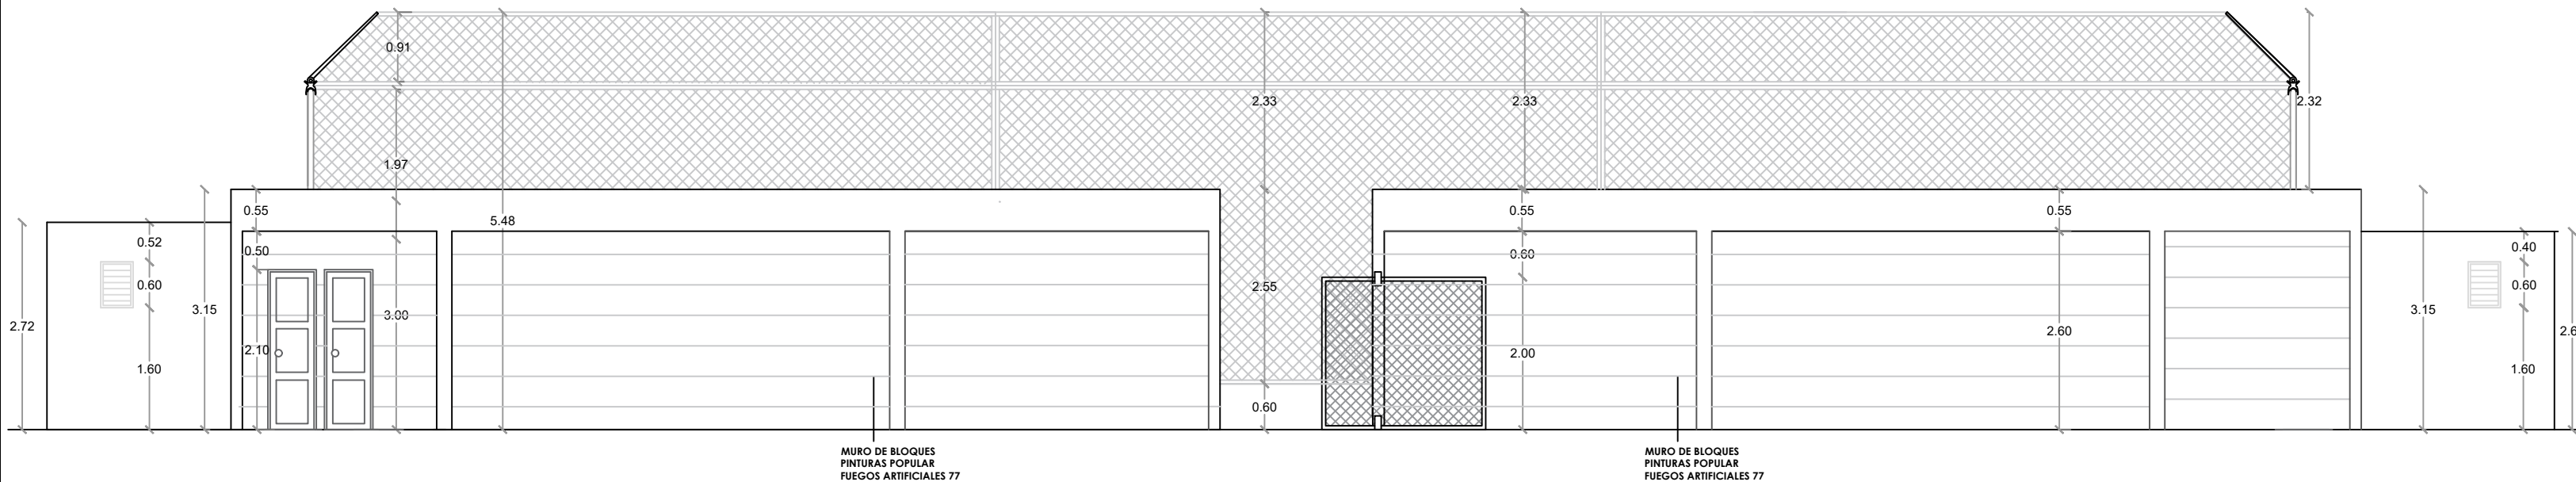


ELEVACIÓN OBLICUA 2

ESC. 1:100



PLANTA ARQUITECTÓNICA

ESC. 1:75

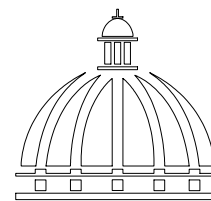

GOBIERNO DE LA
REPÚBLICA DOMINICANA

DIRECCION DE DESARROLLO
PROVINCIAL
DDP

Ave. Dr. Delgado, Esq. Moises García,
Gazcue, Sto. Dgo., R.D.
TEL.: (809)-364-2189 | FAX.: (809)- 688-1665
E-Mail: info@cpadp.gob.do

PROYECTO:
**CONSTRUCCIÓN CAMPO DE BÉISBOL EN EL
SECTOR GUANUMA- 270**

Mun. Santo Domingo Norte, Prov. Santo
Domingo Norte, R.D.

EQUIPO DE TRABAJO:

DISEÑO ARQUITECTÓNICO
ARQ.
codia 00000

ENC. INGENIERÍA
ING.
codia 00000

ESTRUCTURAL
ING.
codia 00000

ELÉCTRICO
ING.
codia 00000

HIDRO-SANITARIO
ING.
codia 00000

SELLO DE APROBACIÓN:

FECHA:

CONTENIDO:


PLANTA ARQUITECTÓNICA

ESCALA:
1:75

SEPTIEMBRE 2026

NO. PÁGINA:

 032



PROYECTO:
**CONSTRUCCIÓN CAMPO DE BÉISBOL EN EL
SECTOR GUANUMA- 270**

Mun. Santo Domingo Norte, Prov. Santo
Domingo Norte, R.D.

EQUIPO DE TRABAJO:

DISEÑO ARQUITECTÓNICO
ARQ. _____
codia 00000 _____

ENC. INGENIERÍA
ING. _____
codia 00000 _____

ESTRUCTURAL
ING. _____
codia 00000 _____

ELÉCTRICO
ING. _____
codia 00000 _____

HIDRO-SANITARIO
ING. _____
codia 00000 _____

SELLO DE APROBACIÓN:

FECHA: _____

CONTENIDO:

PLANTA ARQUITECTÓNICA
CAFETERÍA


ESCALA:

1:25



SEPTIEMBRE 2026

NO. PÁGINA:

034

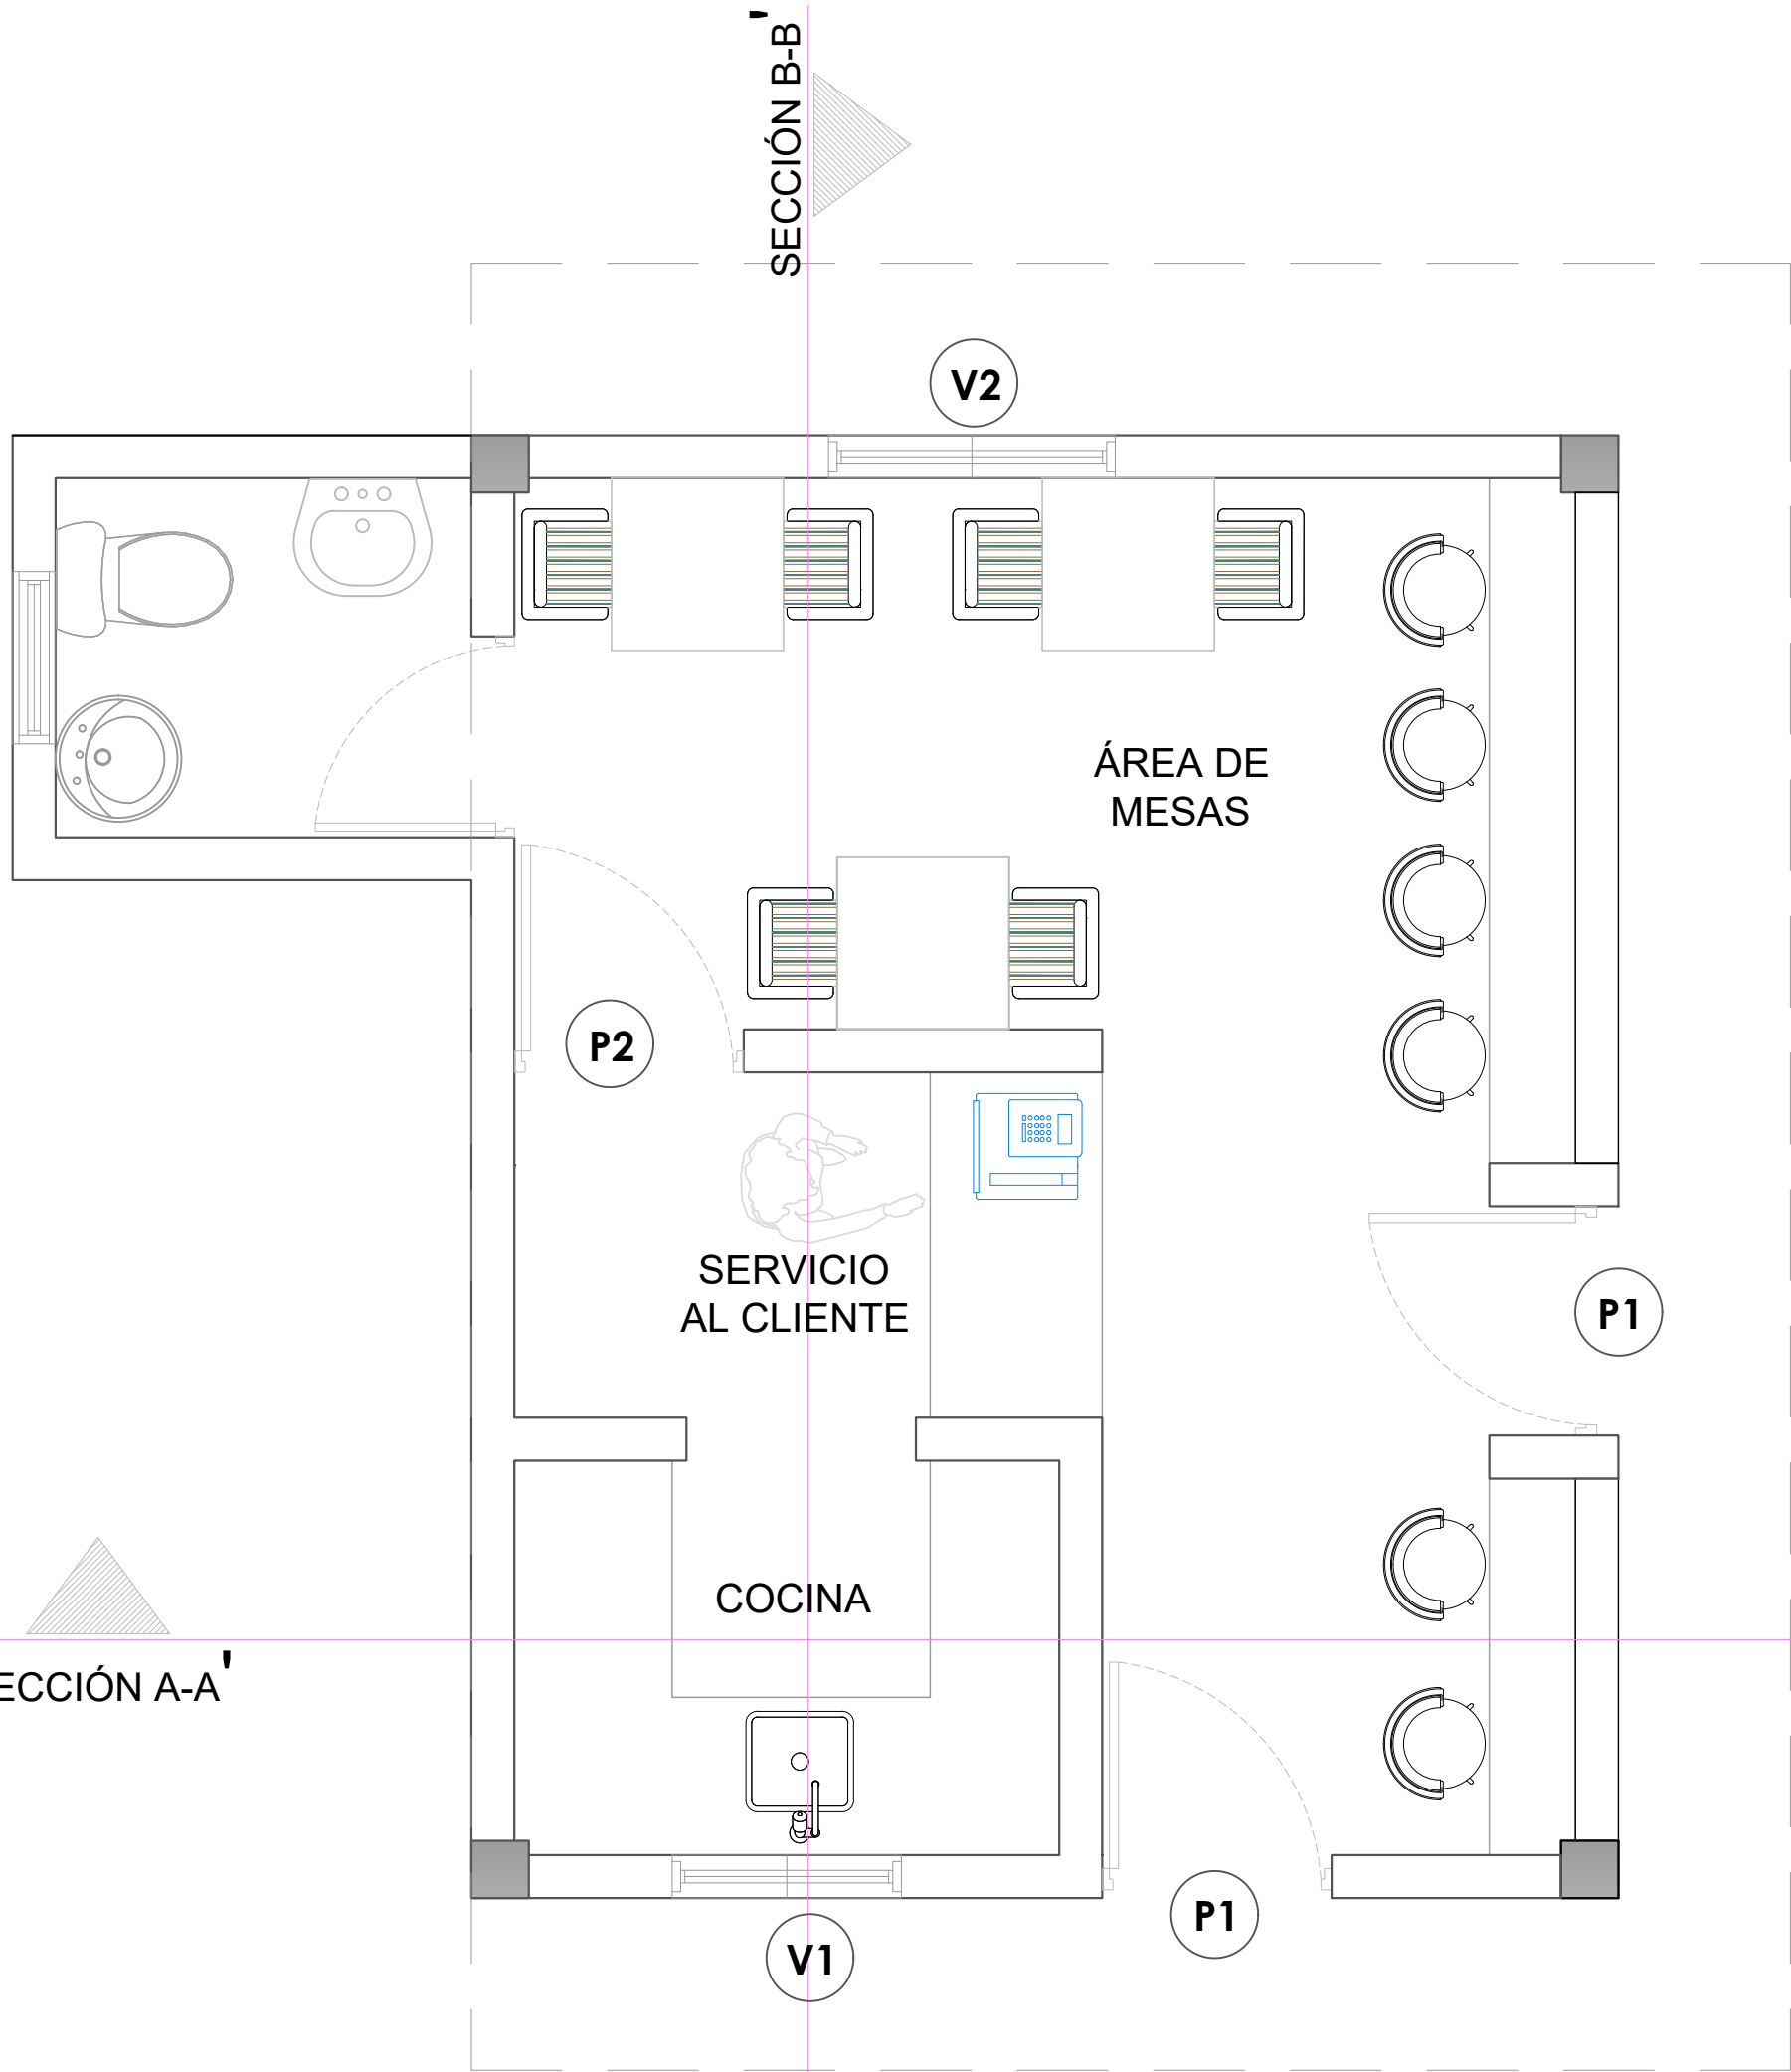

LEYENDA DE PUERTAS Y VENTANAS		
SIMBOLO	DESCRIPCION	CANTIDAD
V1	VENTANA DE CELOSIA METALICA Dim= 0.80m X 1.10m	1
V2	VENTANA DE CELOSIA METALICA Dim= 1.00m X 1.10m	1
P1	PUERTA COMERCIAL VIDRIO Y ALUMINIO Dim= 0.80 m X 2.10 m	2
P2	PUERTA POLIMETALICA Dim= 0.80 m X 2.10 m	1

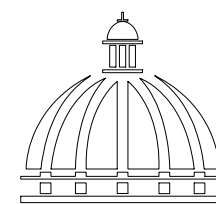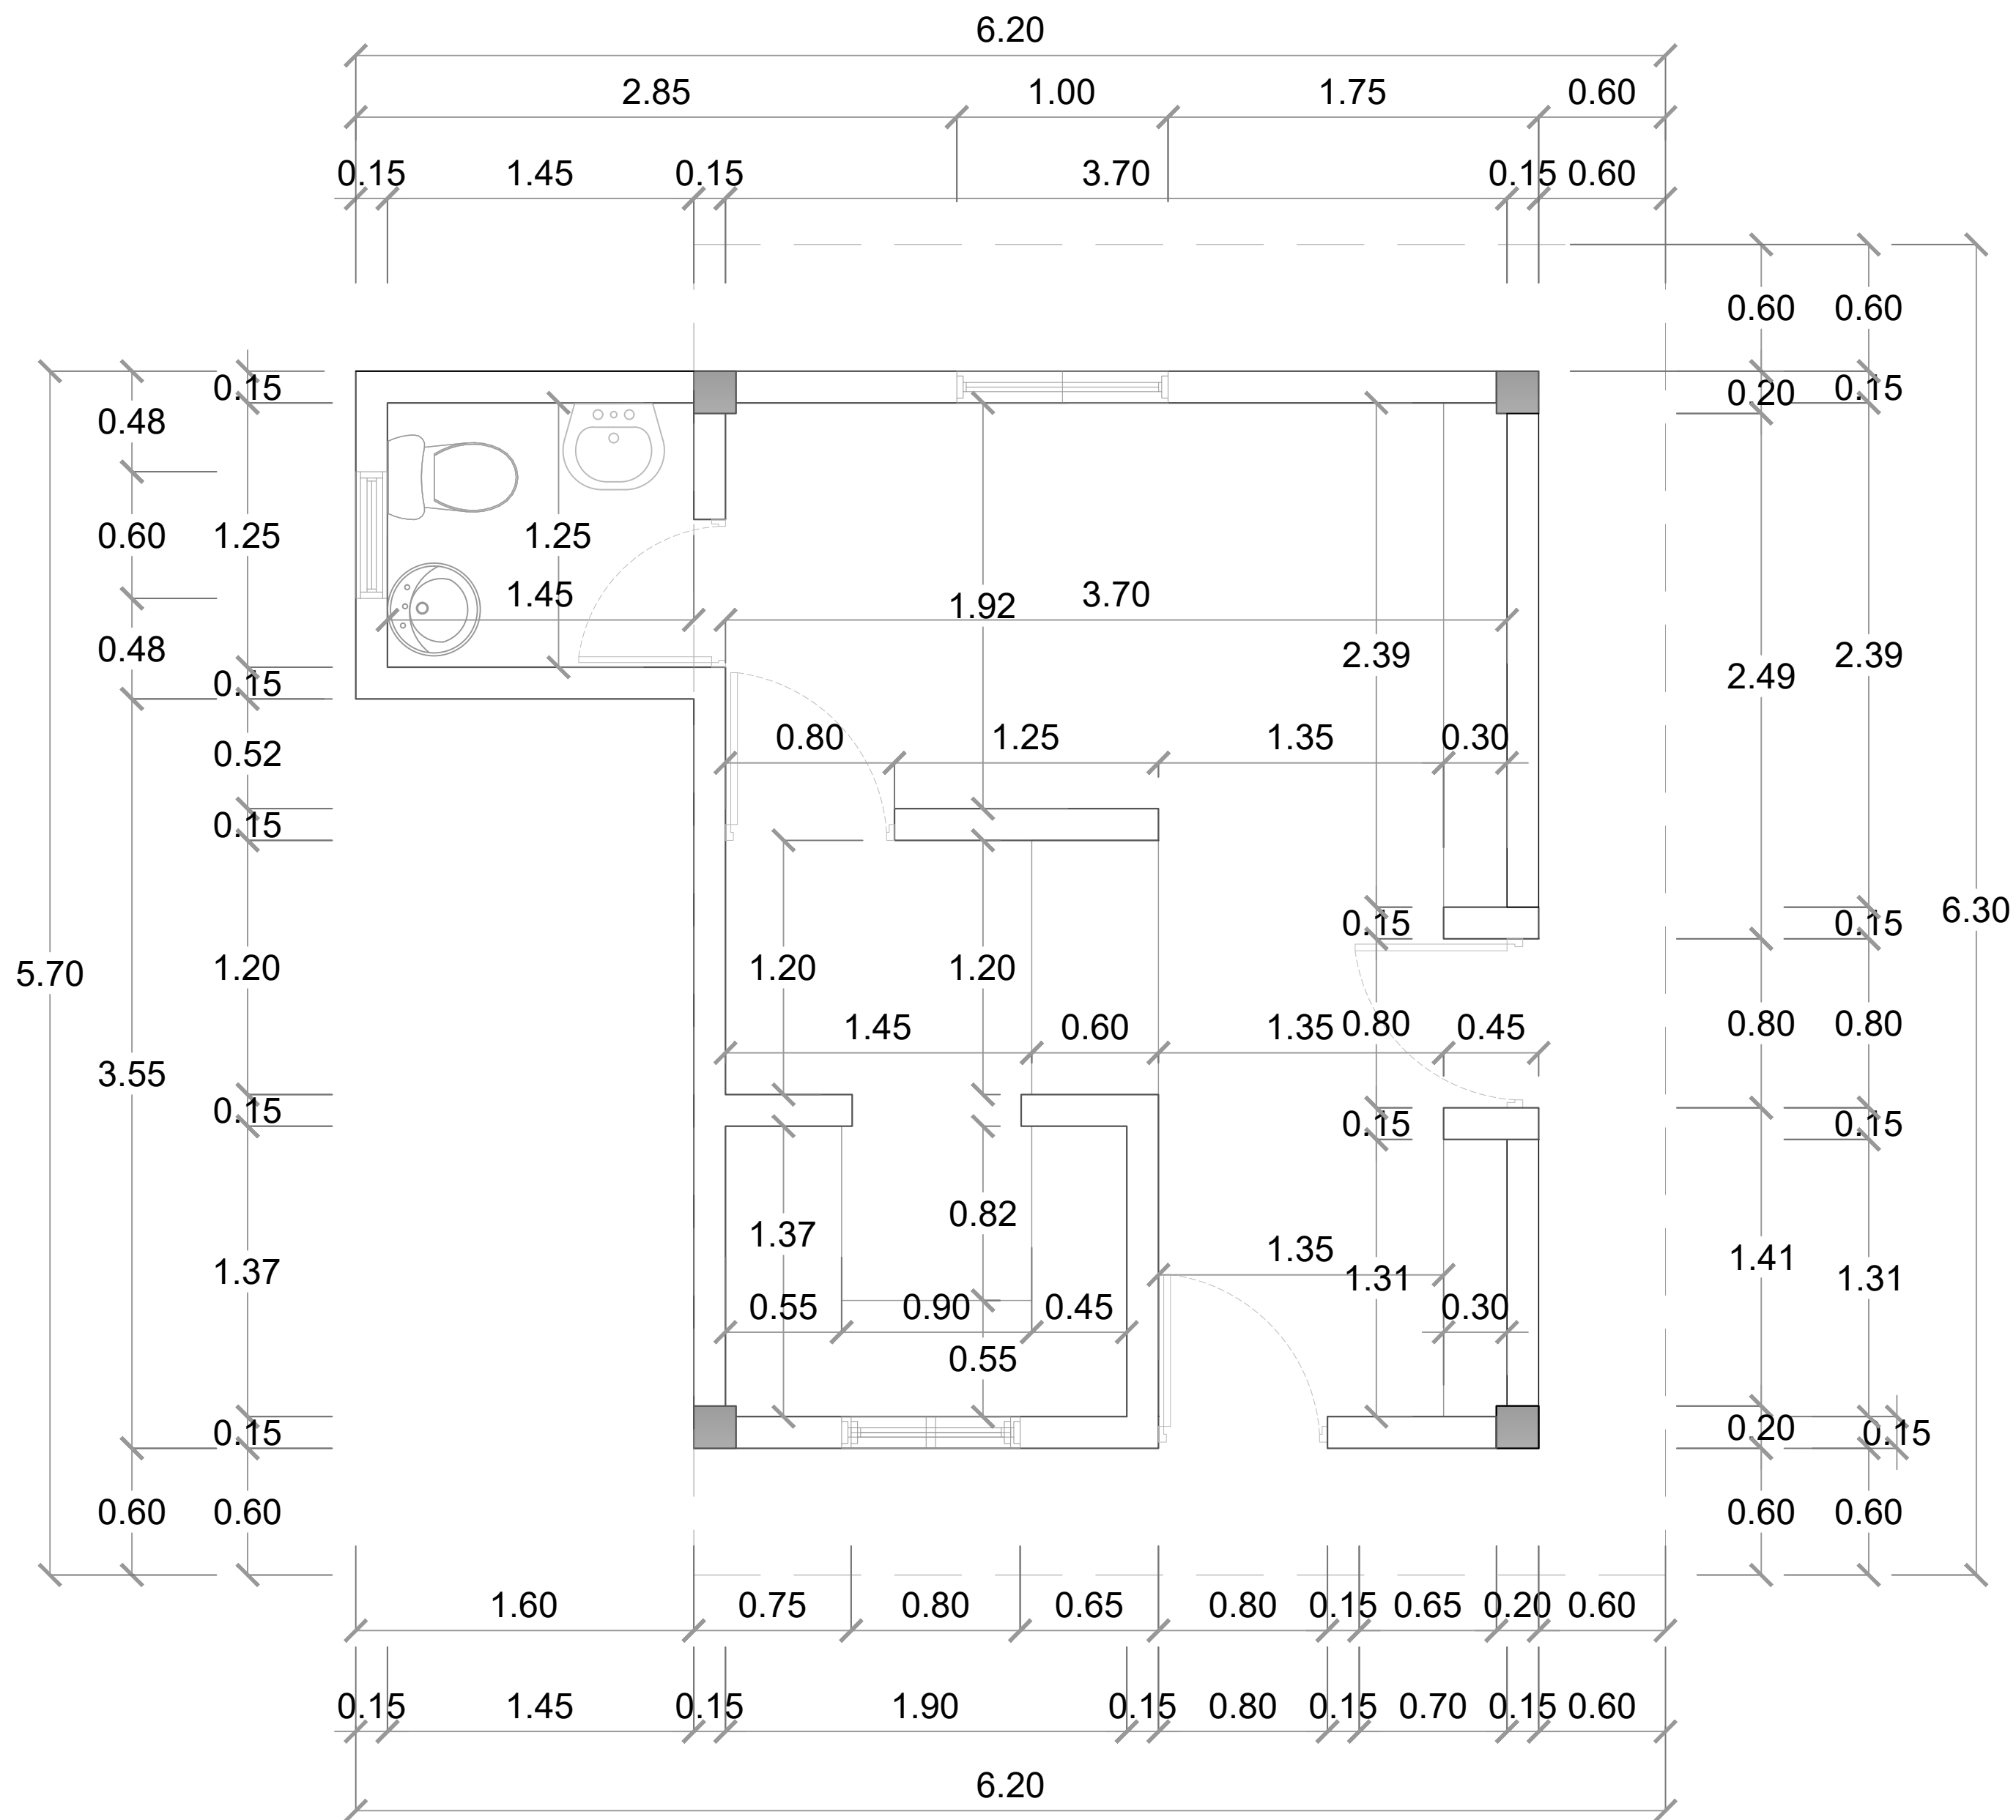

GOBIERNO DE LA
REPÚBLICA DOMINICANA

DIRECCION DE DESARROLLO
PROVINCIAL
DDP

Ave. Dr. Delgado, Esq. Moises García,
Gazcue, Sto. Dgo., R.D.
TEL.: (809)-364-2189 | FAX.: (809)- 688-1665
E-Mail: info@cpadp.gob.do

PROYECTO:
**CONSTRUCCIÓN CAMPO DE BÉISBOL EN EL
SECTOR GUANUMA- 270**

Mun. Santo Domingo Norte, Prov. Santo
Domingo Norte, R.D.

EQUIPO DE TRABAJO:

DISEÑO ARQUITECTÓNICO
ARQ.

codia 00000

ENC. INGENIERÍA
ING.

codia 00000

ESTRUCTURAL
ING.

codia 00000

ELÉCTRICO
ING.

codia 00000

HIDRO-SANITARIO
ING.

codia 00000

SELLO DE APROBACIÓN:

FECHA:

CONTENIDO:

PLANTA DIMENSIONADA


ESCALA:

1:25

SEPTIEMBRE 2026

NO. PÁGINA:

035

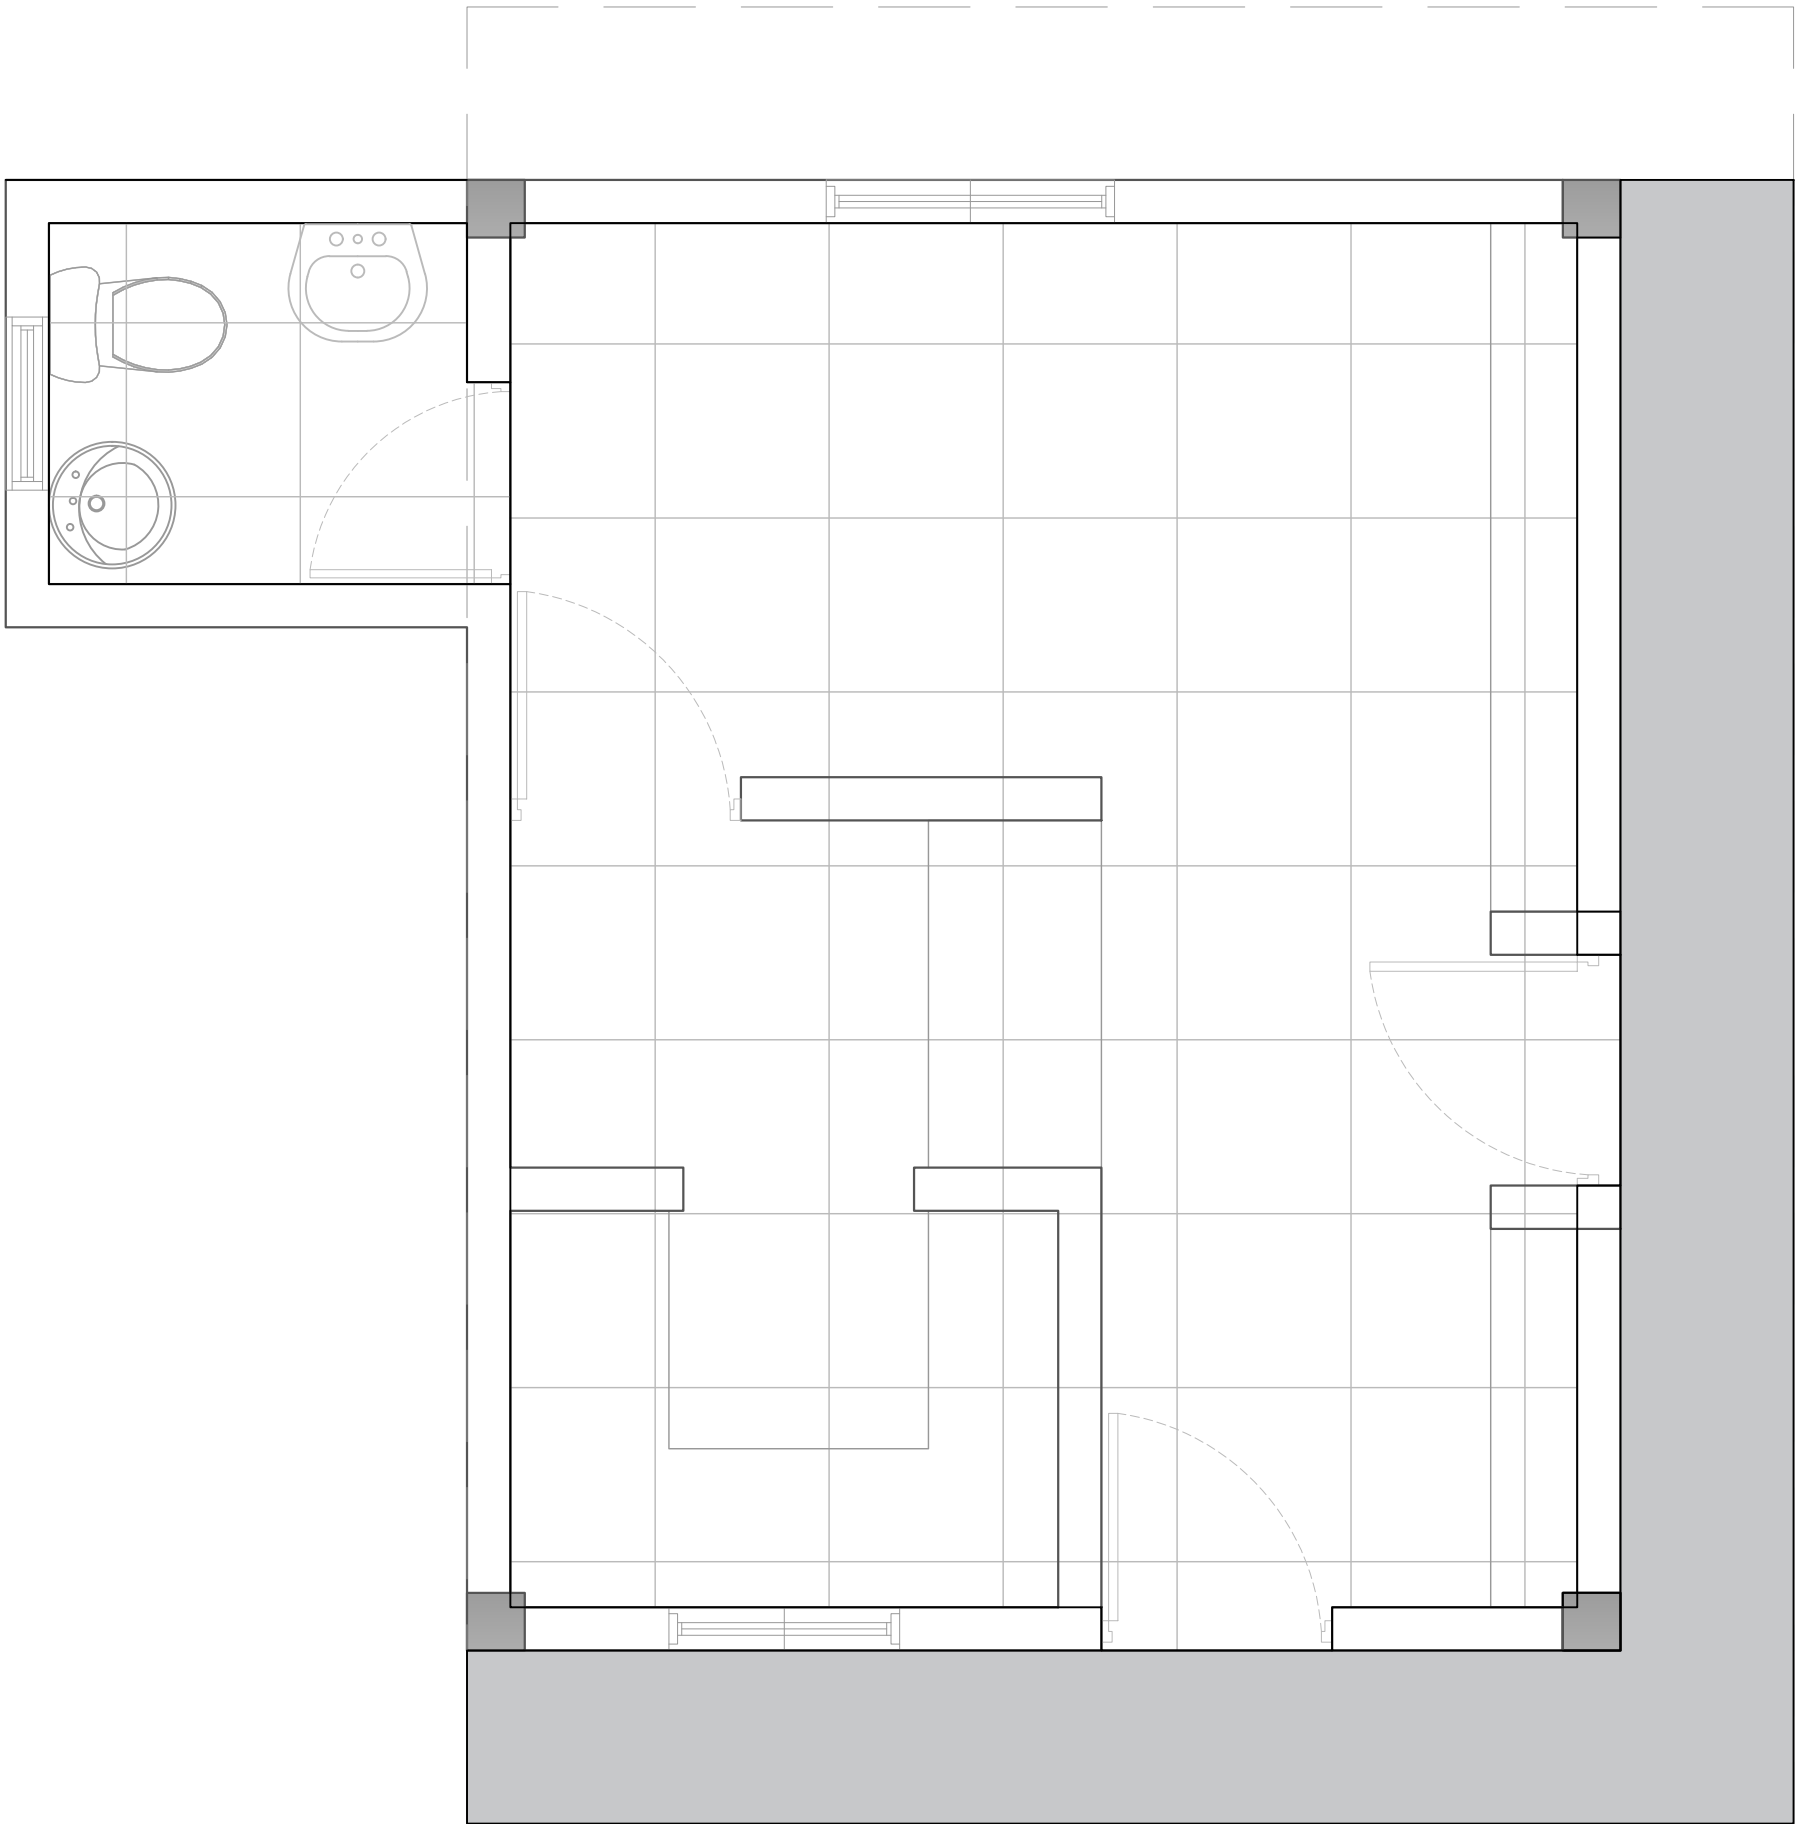

LEYENDA DE PISO		
SIMBOLO	DESCRIPCIÓN	CANTIDAD
	HORMIGÓN	5.82 m2
	PORCELANATO CREMA 0.60 M X 0.60M	20.00 m2

PROYECTO:
**CONSTRUCCIÓN CAMPO DE BÉISBOL EN EL
SECTOR GUANUMA- 270**

Mun. Santo Domingo Norte, Prov. Santo
Domingo Norte, R.D.

EQUIPO DE TRABAJO:

DISEÑO ARQUITECTÓNICO
ARQ. _____
codia 00000 _____

ENC. INGENIERÍA
ING. _____
codia 00000 _____

ESTRUCTURAL
ING. _____
codia 00000 _____

ELÉCTRICO
ING. _____
codia 00000 _____

HIDRO-SANITARIO
ING. _____
codia 00000 _____

SELLO DE APROBACIÓN:

FECHA: _____

CONTENIDO:

PLANTA ARQUITECTÓNICA
DE PISO- CAFETERIA


ESCALA:

1:25


SEPTIEMBRE 2026

NO. PÁGINA:


036

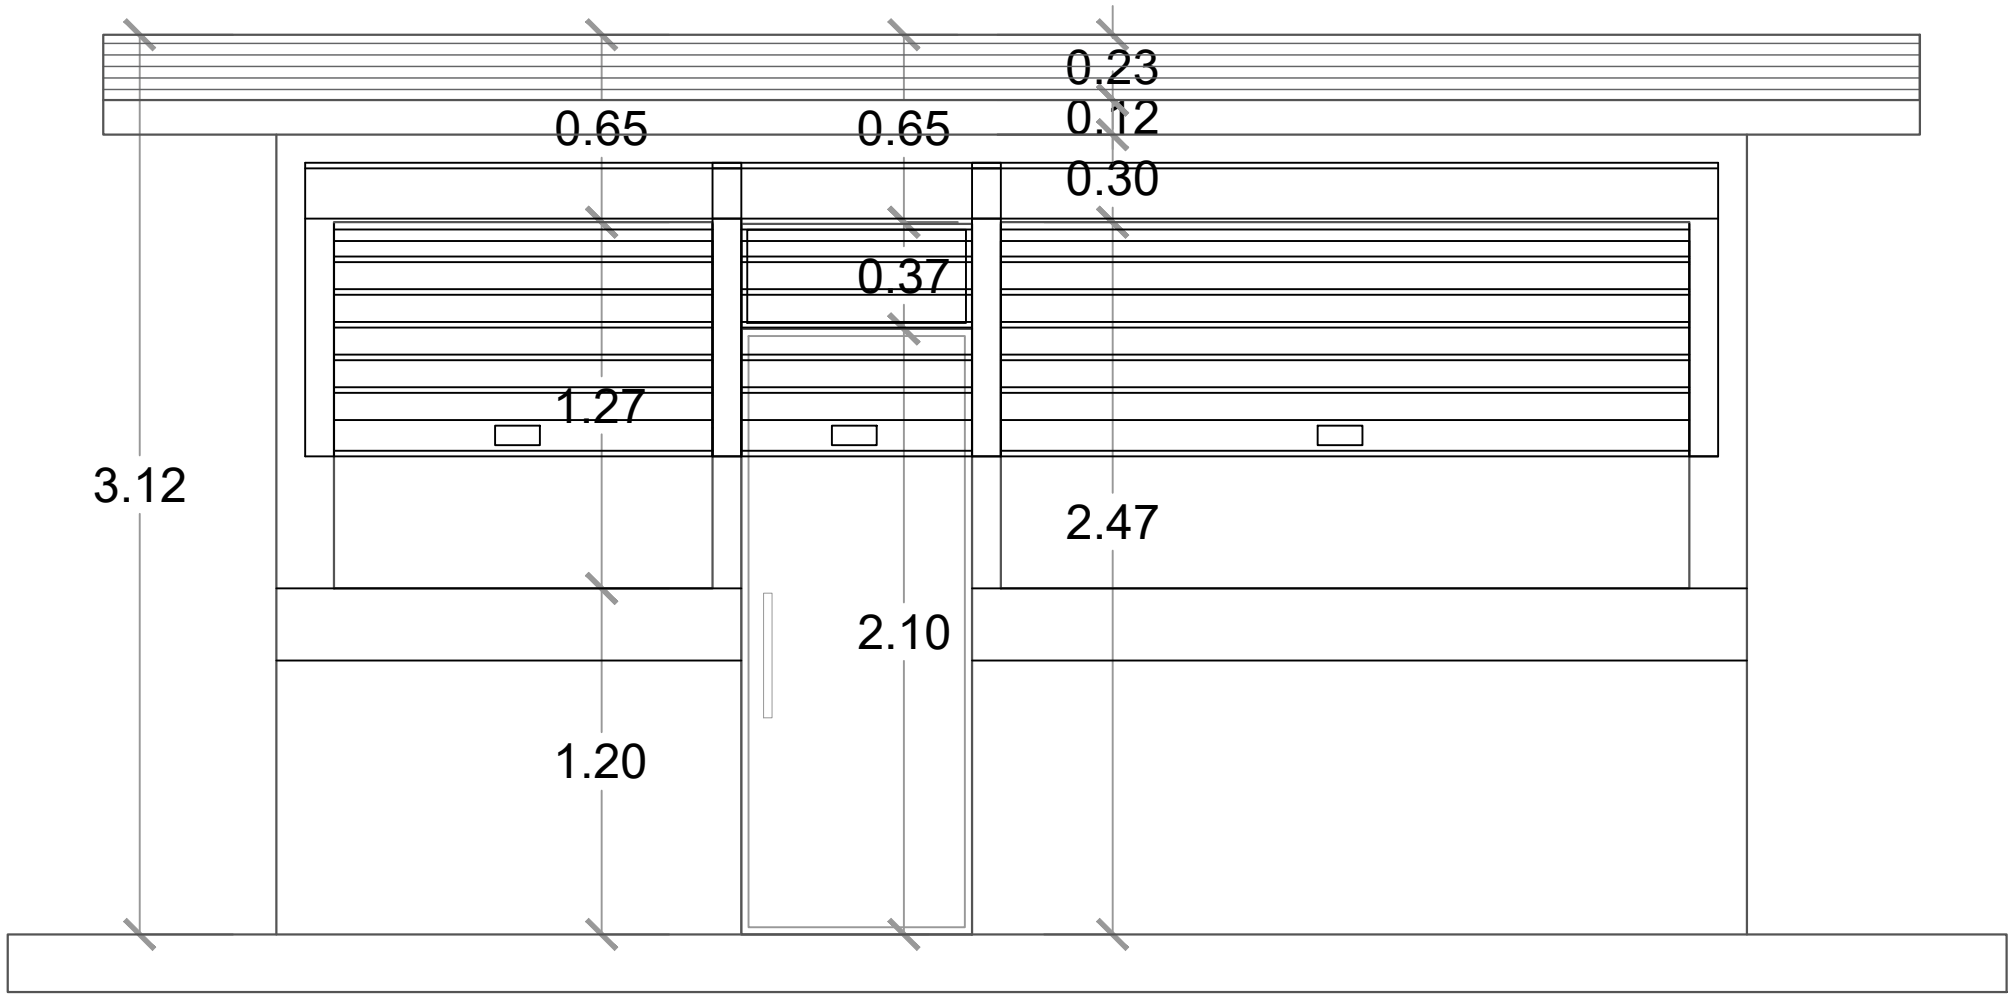

ELEVACIÓN FRONTAL - CAFETERÍA
ESC. 1:20

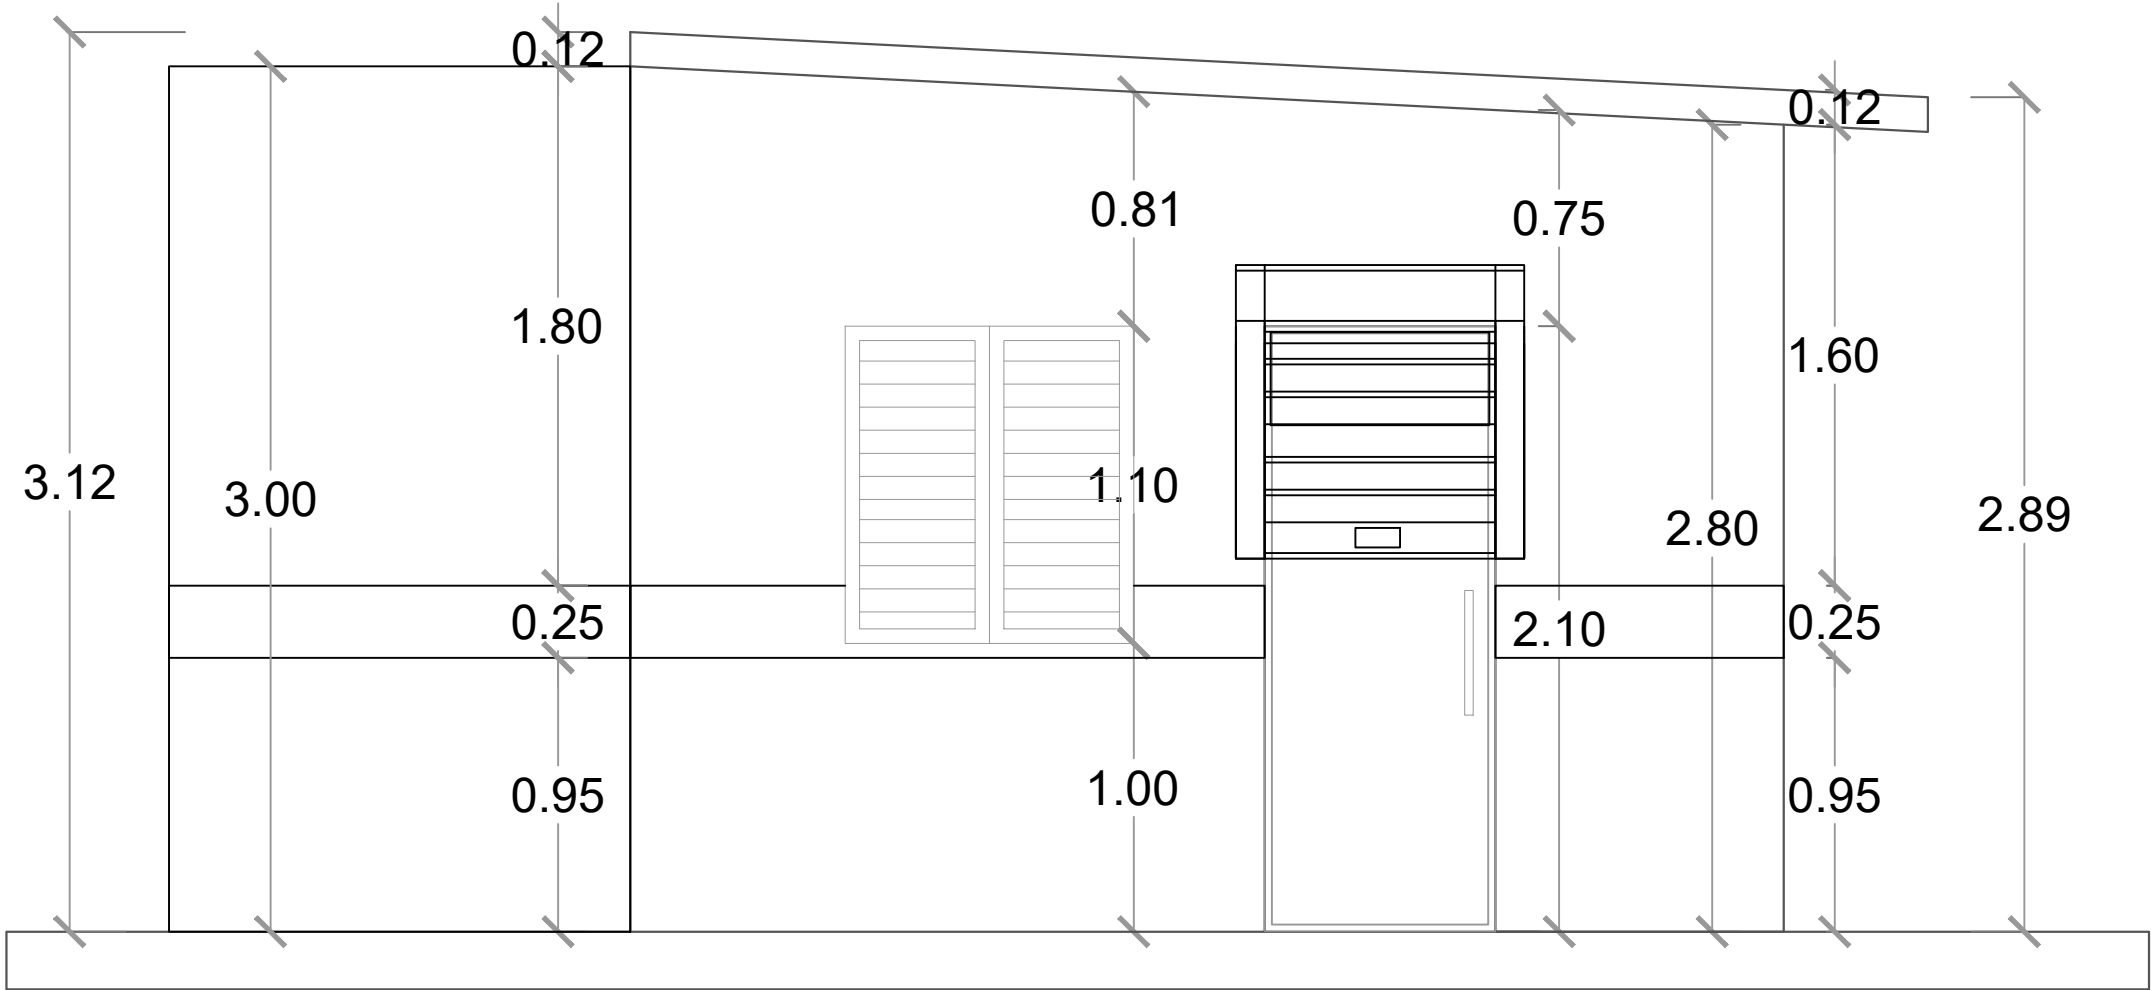

ELEVACIÓN LATERAL DERECHA - CAFETERÍA
ESC. 1:20

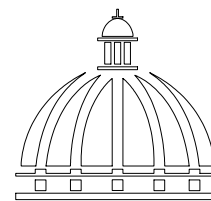

GOBIERNO DE LA
REPÚBLICA DOMINICANA

DIRECCION DE DESARROLLO
PROVINCIAL
DDP

Ave. Dr. Delgado, Esq. Moises García,
Gazcue, Sto. Dgo., R.D.
TEL.: (809)-364-2189 | FAX.: (809)- 688-1665
E-Mail: info@cpadp.gob.do

PROYECTO:
**CONSTRUCCIÓN CAMPO DE BÉISBOL EN EL
SECTOR GUANUMA- 270**

Mun. Santo Domingo Norte, Prov. Santo
Domingo Norte, R.D.

EQUIPO DE TRABAJO:
DISEÑO ARQUITECTÓNICO
ARQ.
codia 00000

ENC. INGENIERÍA
ING.
codia 00000

ESTRUCTURAL
ING.
codia 00000

ELÉCTRICO
ING.
codia 00000

HIDRO-SANITARIO
ING.
codia 00000

SELLO DE APROBACIÓN:

FECHA:

CONTENIDO:


ELEVACIONES - CAFETERIA

ESCALA:
1:25


SEPTIEMBRE 2026

NO. PÁGINA:

037

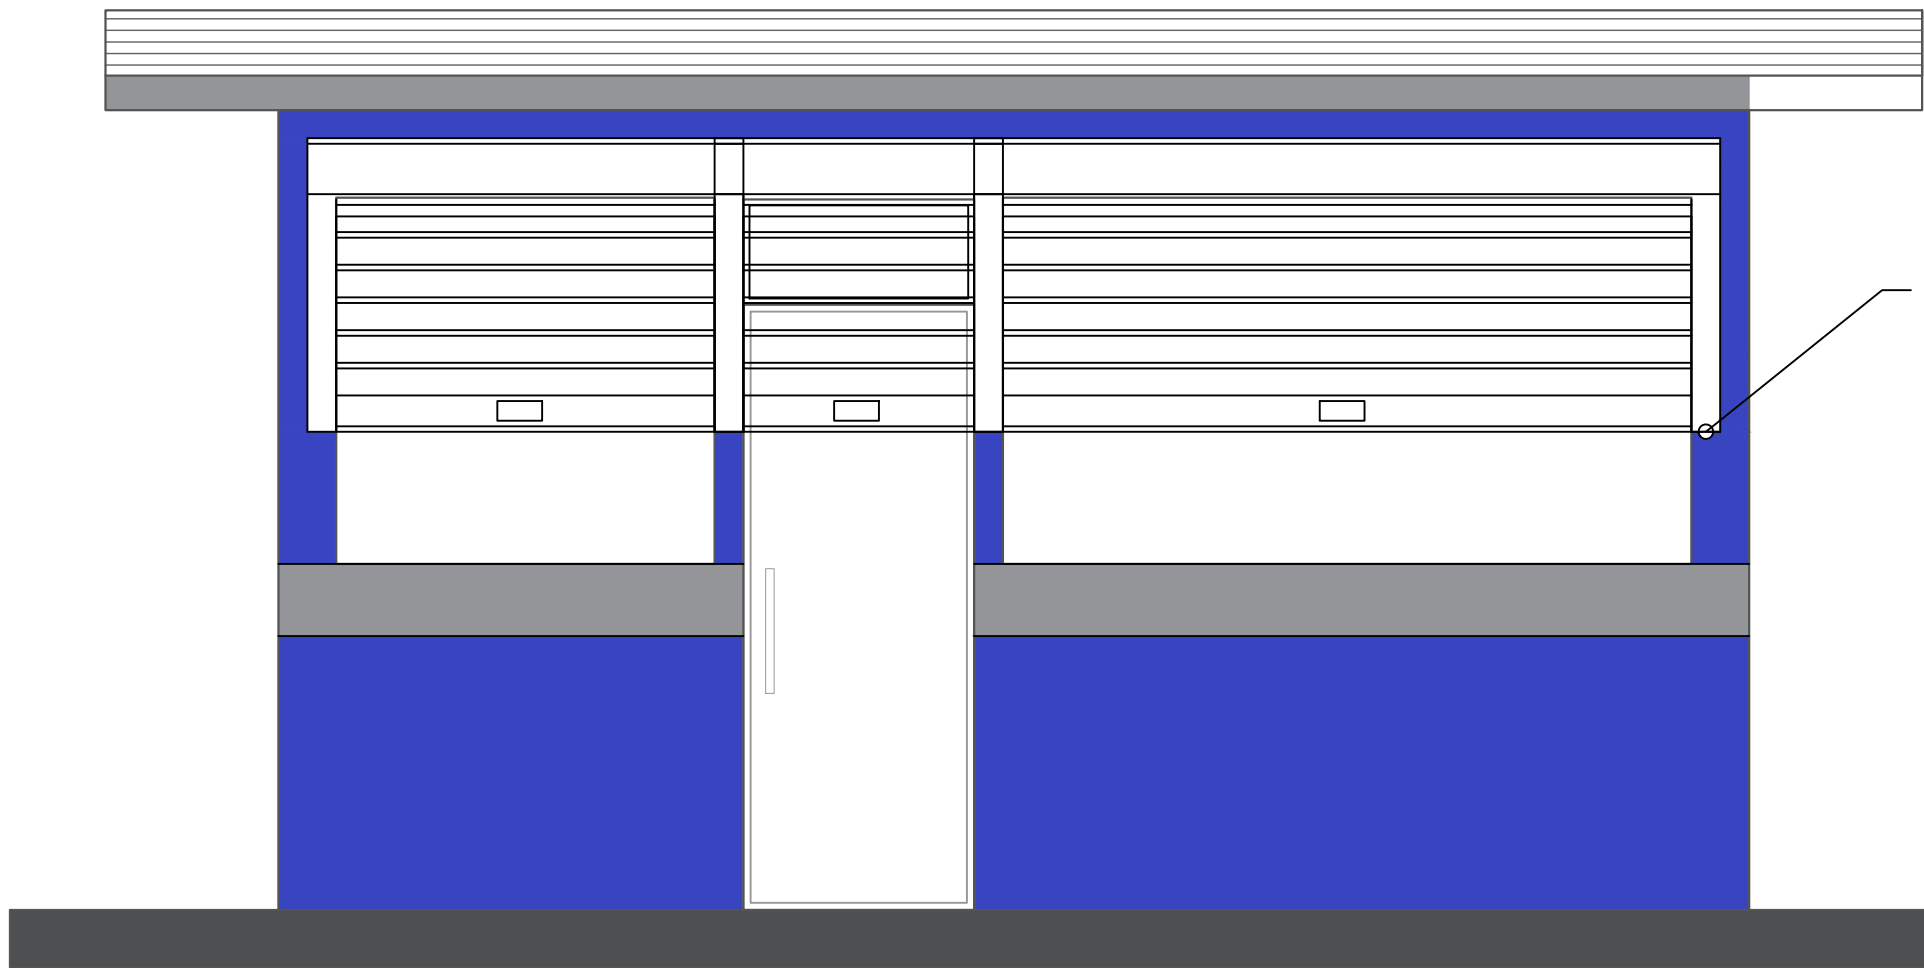


ELEVACIÓN FRONTAL - CAFETERÍA
ESC. 1:20

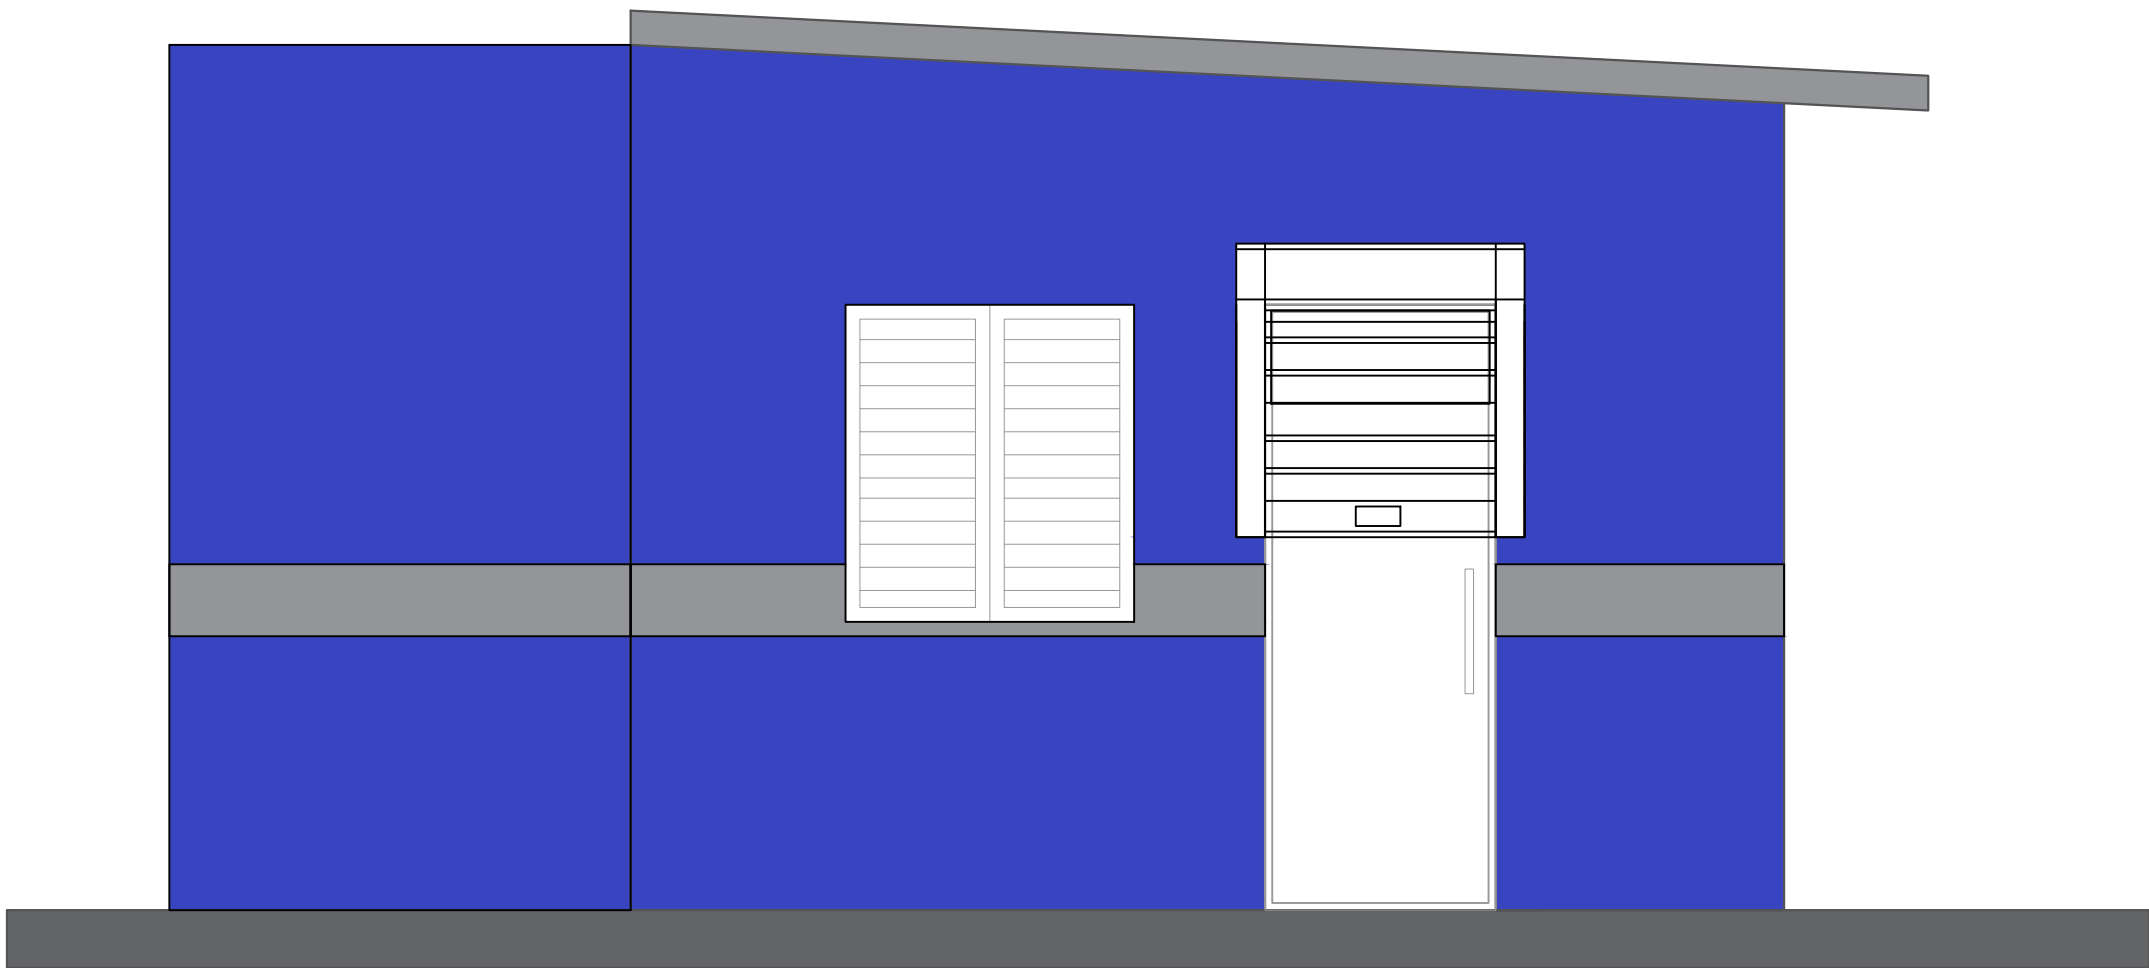

ELEVACIÓN LATERAL DERECHA - CAFETERÍA
ESC. 1:20

- Nota: Estos colores son una simulación
- Paredes exteriores, azul positivo 93 Pinturas Tropical
 - Techo y interior, Blanco 00 Pinturas Popular
 - Detalles, Gris 59 Pinturas Popular

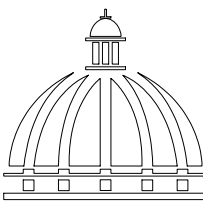
**GOBIERNO DE LA
REPÚBLICA DOMINICANA**
**DIRECCION DE DESARROLLO
PROVINCIAL
DDP**
Ave. Dr. Delgado, Esq. Moises García,
Gazcue, Sto. Dgo., R.D.
TEL.: (809)-364-2189 | FAX.: (809)- 688-1665
E-Mail: info@cpadp.gob.do

PROYECTO:
**CONSTRUCCIÓN CAMPO DE BÉISBOL EN EL
SECTOR GUANUMA- 270**

Mun. Santo Domingo Norte, Prov. Santo
Domingo Norte, R.D.

EQUIPO DE TRABAJO:

DISEÑO ARQUITECTÓNICO
ARQ. _____
codia 00000 _____

ENC. INGENIERÍA
ING. _____
codia 00000 _____

ESTRUCTURAL
ING. _____
codia 00000 _____

ELÉCTRICO
ING. _____
codia 00000 _____

HIDRO-SANITARIO
ING. _____
codia 00000 _____

SELLO DE APROBACIÓN:

FECHA: _____

CONTENIDO:
ELEVACIONES CON TECNICA
CAFETERIA

ESCALA:
1:25

SEPTIEMBRE 2026

NO. PÁGINA:
038



**DIRECCION DE DESARROLLO
PROVINCIAL
DDP**

Ave. Dr. Delgado, Esq. Moises García,
Gazcue, Sto. Dgo., R.D.
TEL.: (809)-364-2189 | FAX.: (809)- 688-1665
E-Mail: info@cpadp.gob.do

PROYECTO:

CONSTRUCCIÓN CAMPO DE BÉISBOL EN EL SECTOR GUANUMA- 270

Mun. Santo Domingo Norte, Prov. Santo Domingo Norte, R.D.

EQUIPO DE TRABAJO:

DISEÑO ARQUITECTÓNICO
ARQ.

codia 00000 _____

ENC. INGENIERÍA
ING.

codia 00000 _____

ESTRUCTURAL
ING.

codia 00000

**ELÉCTRICO
ING.**

codia 00000 _____

HIDRO-SANITARIO
ING.

codia 00000 _____

SELO DE APROBACIÓN:

FECHA:

CONTENIDO:

SECCIONES CAFETERIA



ESCALA:

1:25

SEPTIEMBRE 2026



NO. PÁGINA:

039

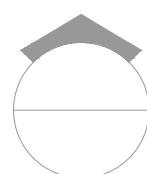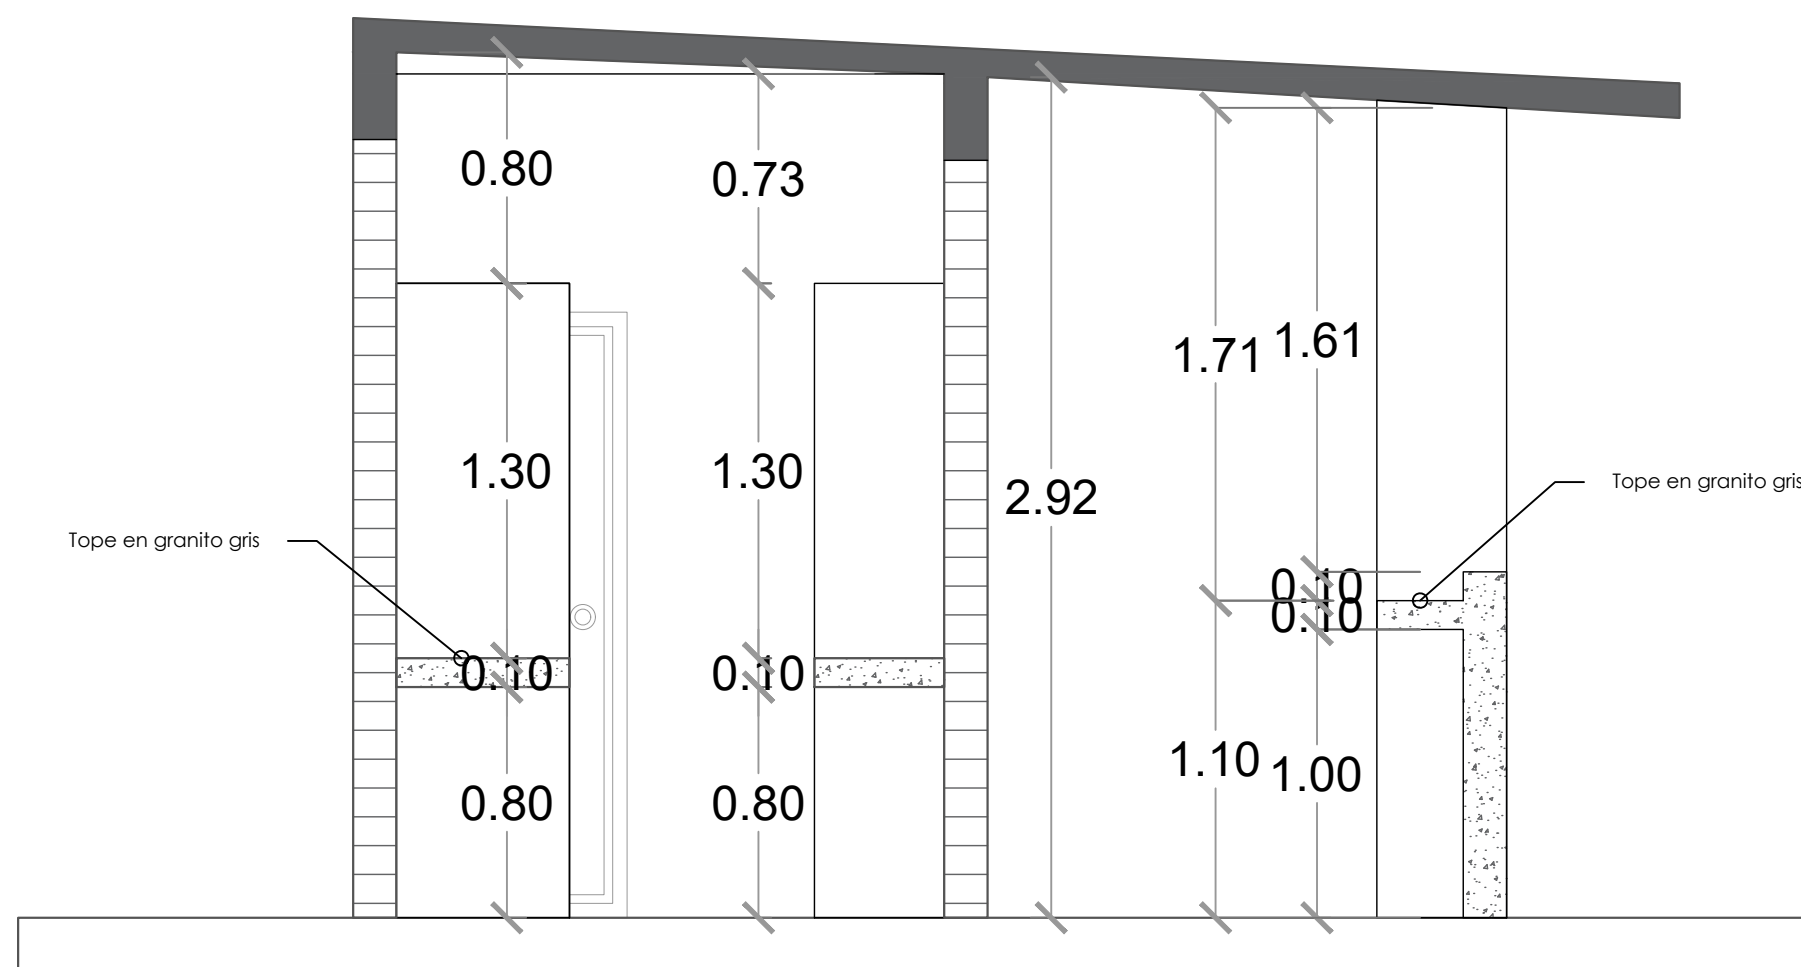


SECCIÓN A-A

ESC. 1:20

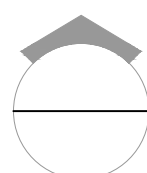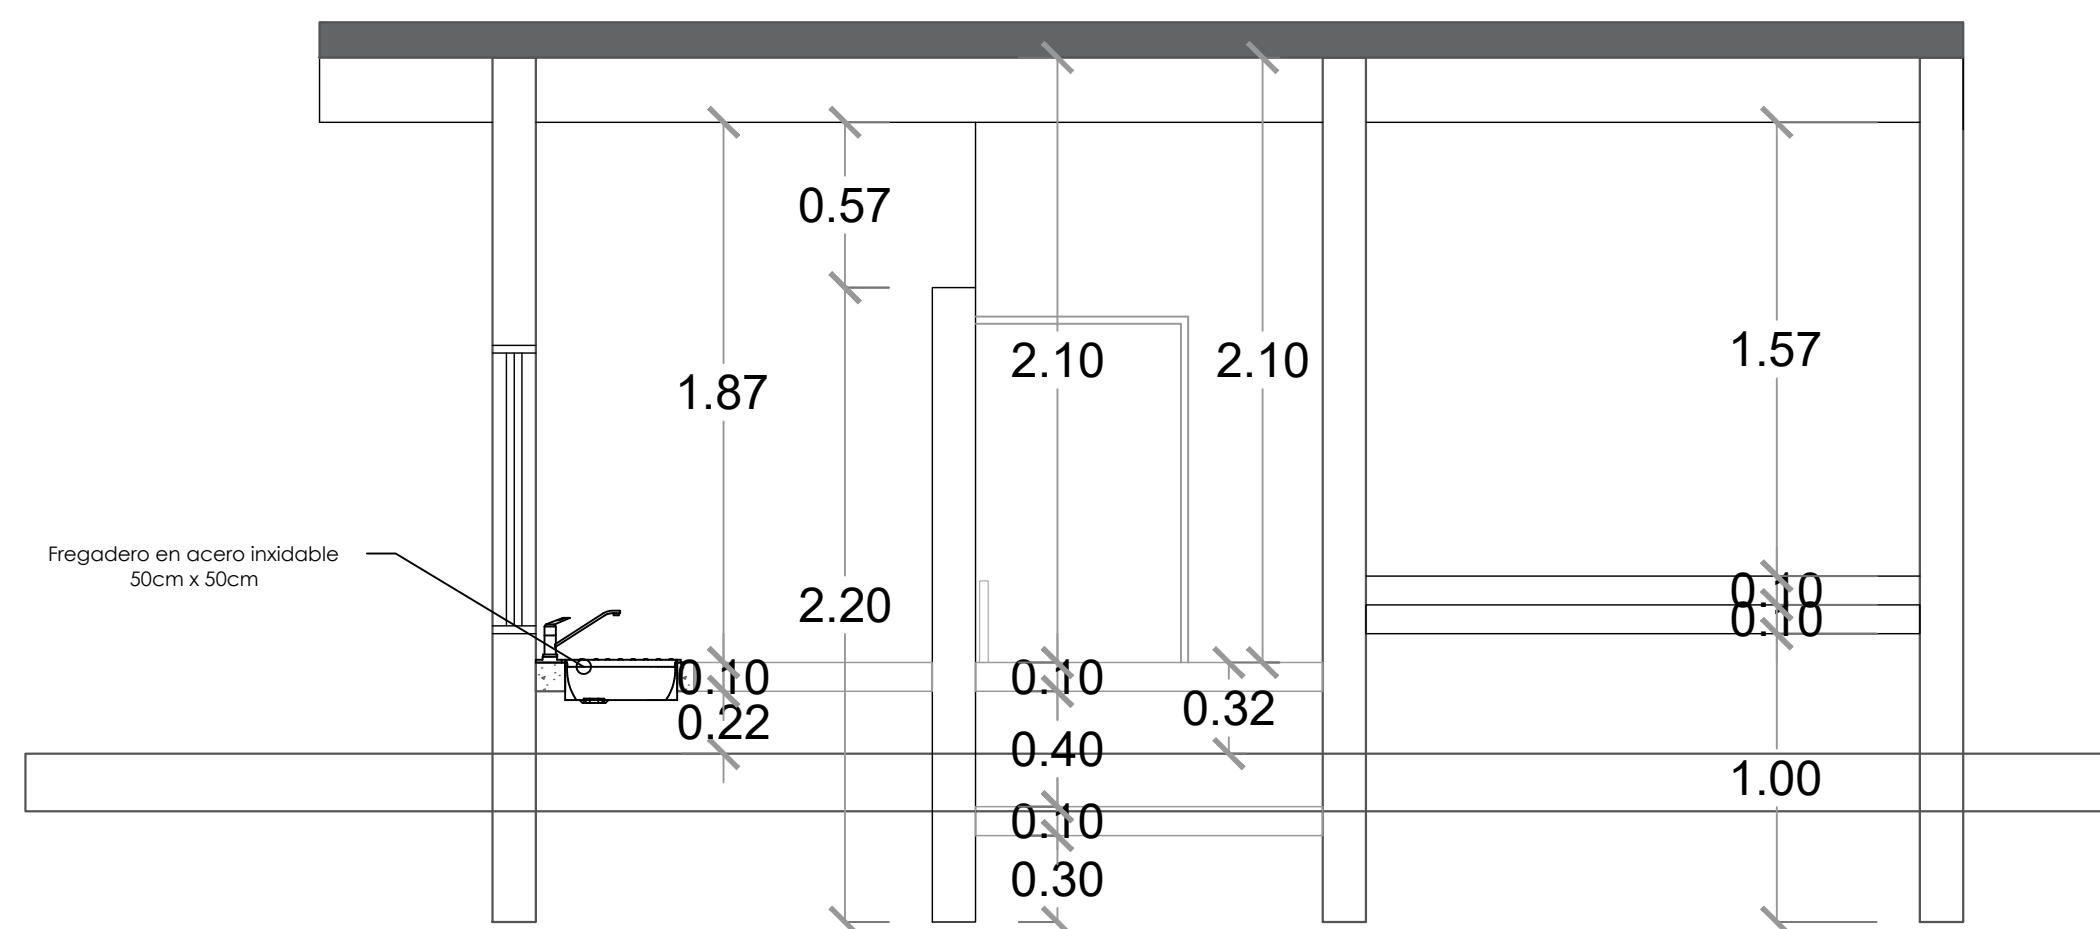







SECCIÓN B-B


ESC. 1:20

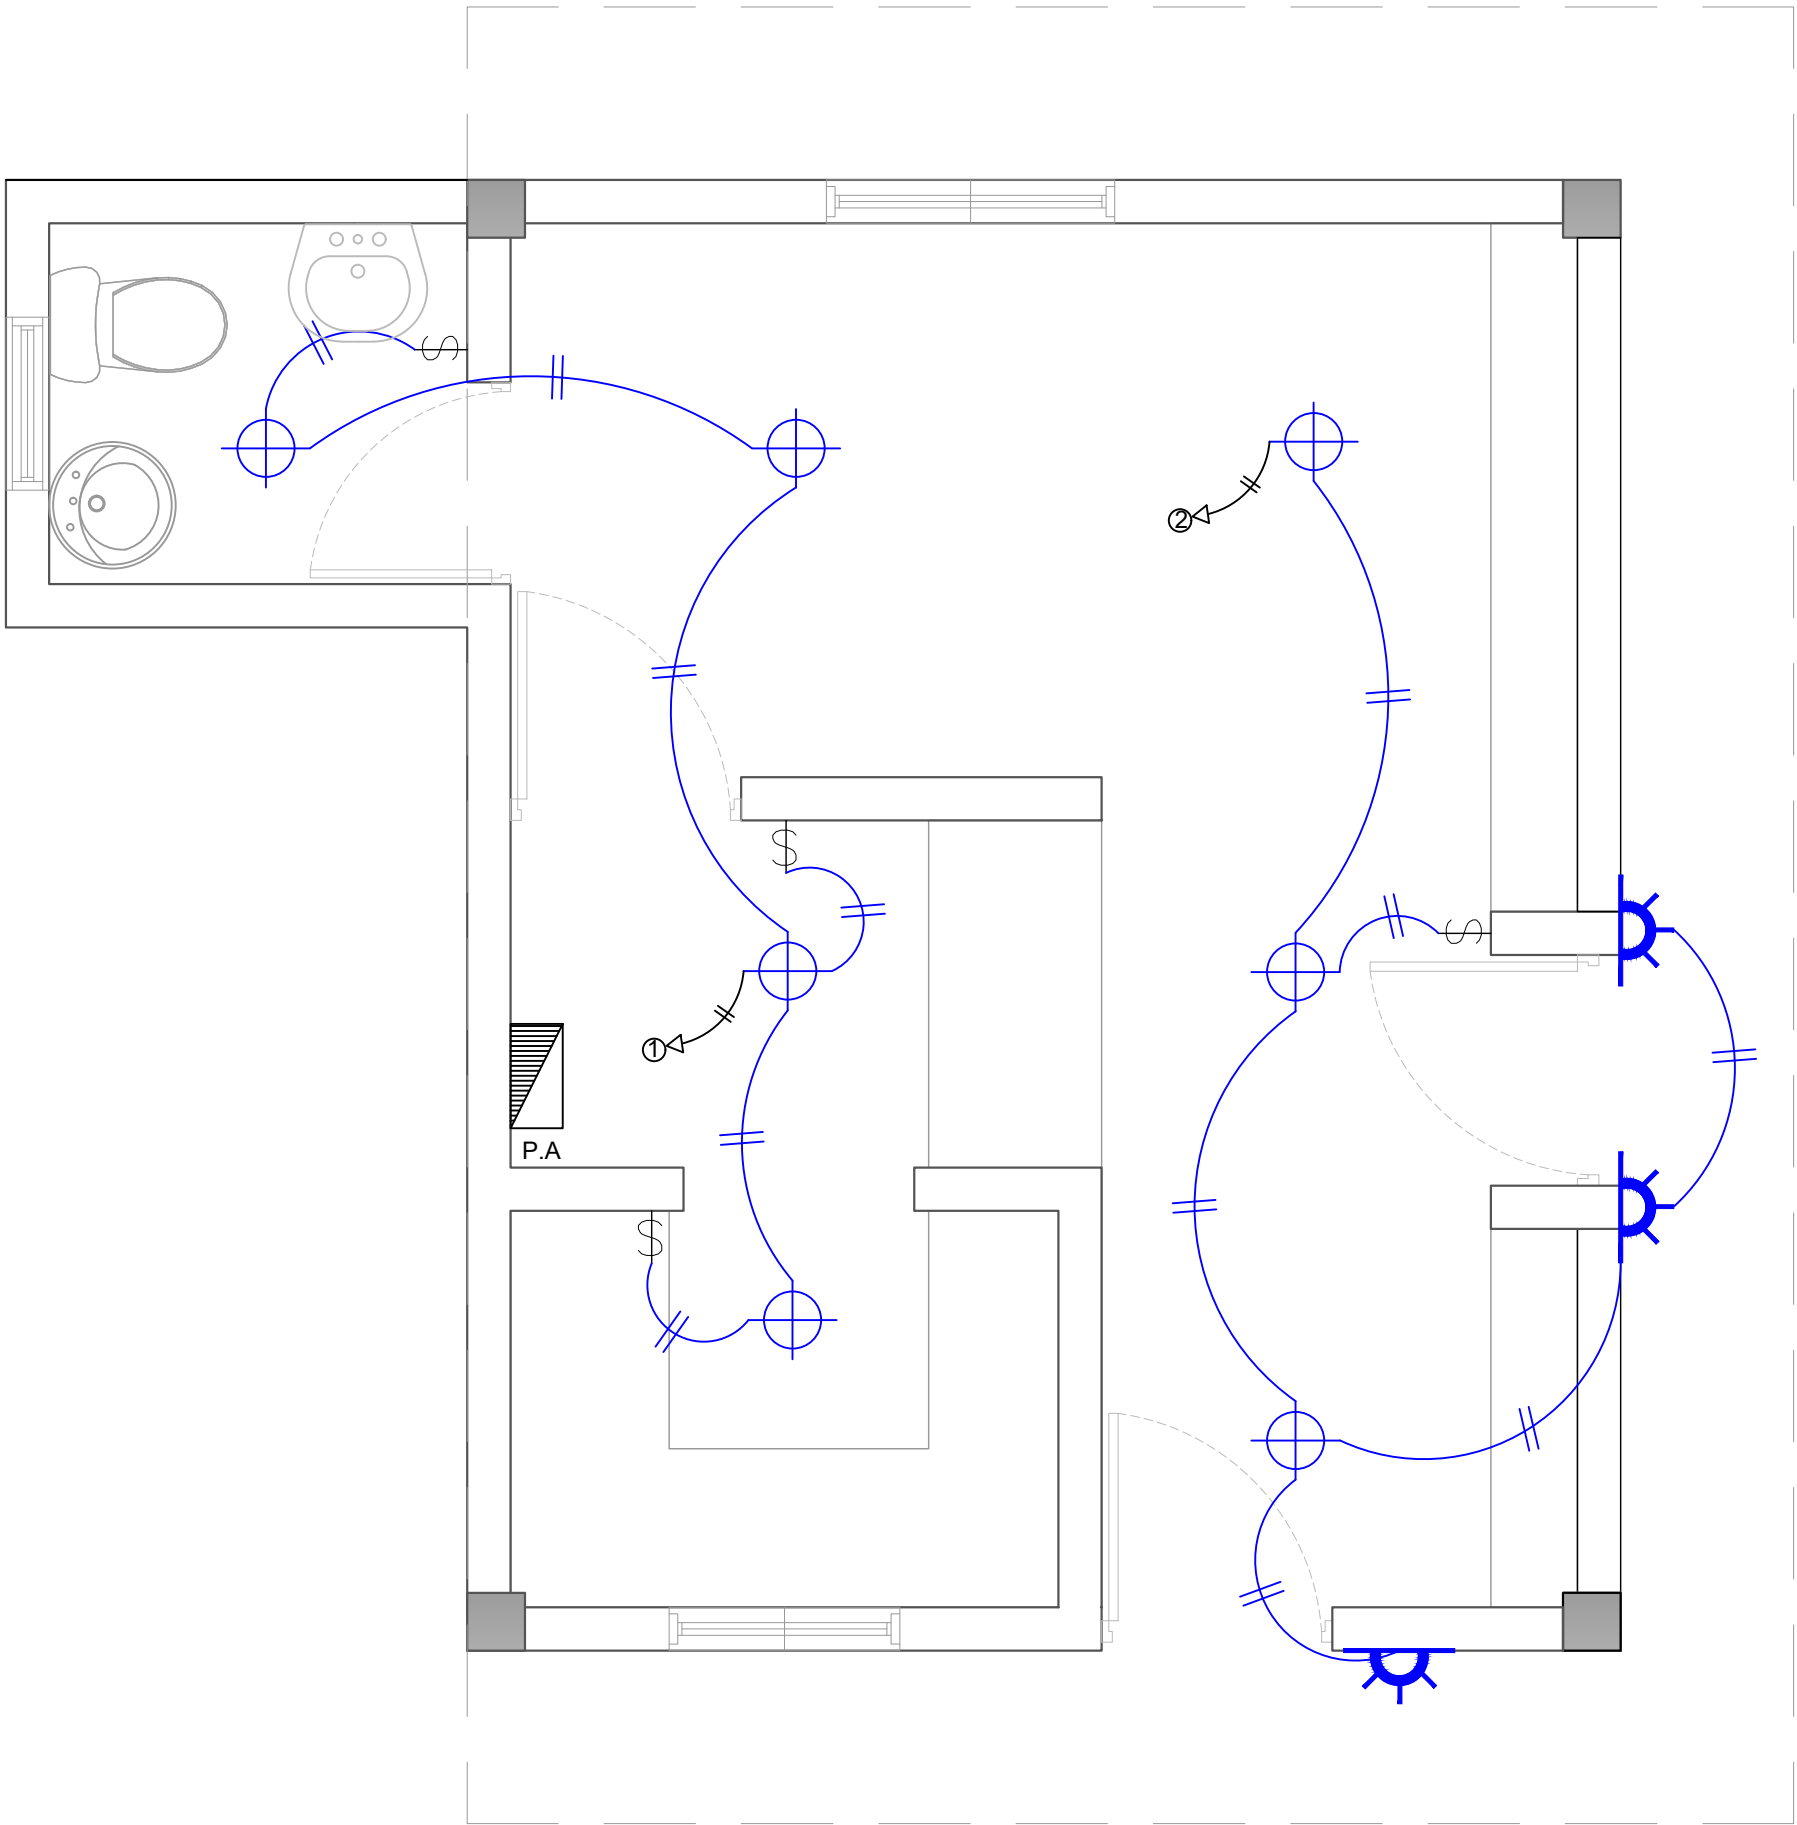


LEYENDA	
SIMBOLOGÍA	NOMBRE
	Luces de Techo
	Luces colgante tipo campana
	Lampara flour 4x4
	Lampara flour 2x4
	Luces de Pared
	Interruptores sencillo, 15A, 120V
	Interruptores doble, 15A, 120V
	Interruptores triple, 15A, 120V
	Interruptores 3 Way, 15A, 120V
	Interruptores 4 Way, 15A, 120V
	Interruptores Con luz piloto, 15A, 120V
	Luces en Poste
	Luces de Estadio
	Toma Corriente 120V, Doble, 20A
	Toma Corriente 240V, Sencillo, 30A
	Toma Corriente 120 de UPS, Doble, 20A
	Teléfono
	Antena de Televisión
	Data
	Hacia el Panel con 2 hilos
	Hacia el Panel con 3 hilos
	Tubería Empotrada en Losa
	Tubería Empotrada en Tierra
	Panel de Distribución Eléctrica
	Panel Board
	Breaker
	Registro
	Medidor o contador
	Transformador
	Abanico de Techo
	Equipos Eléctricos
	Transfer Switch
	Módulo de Contador
	Enclosed Breaker
	Tubería Empotrada con 3 hilos
	Inversor, UPS

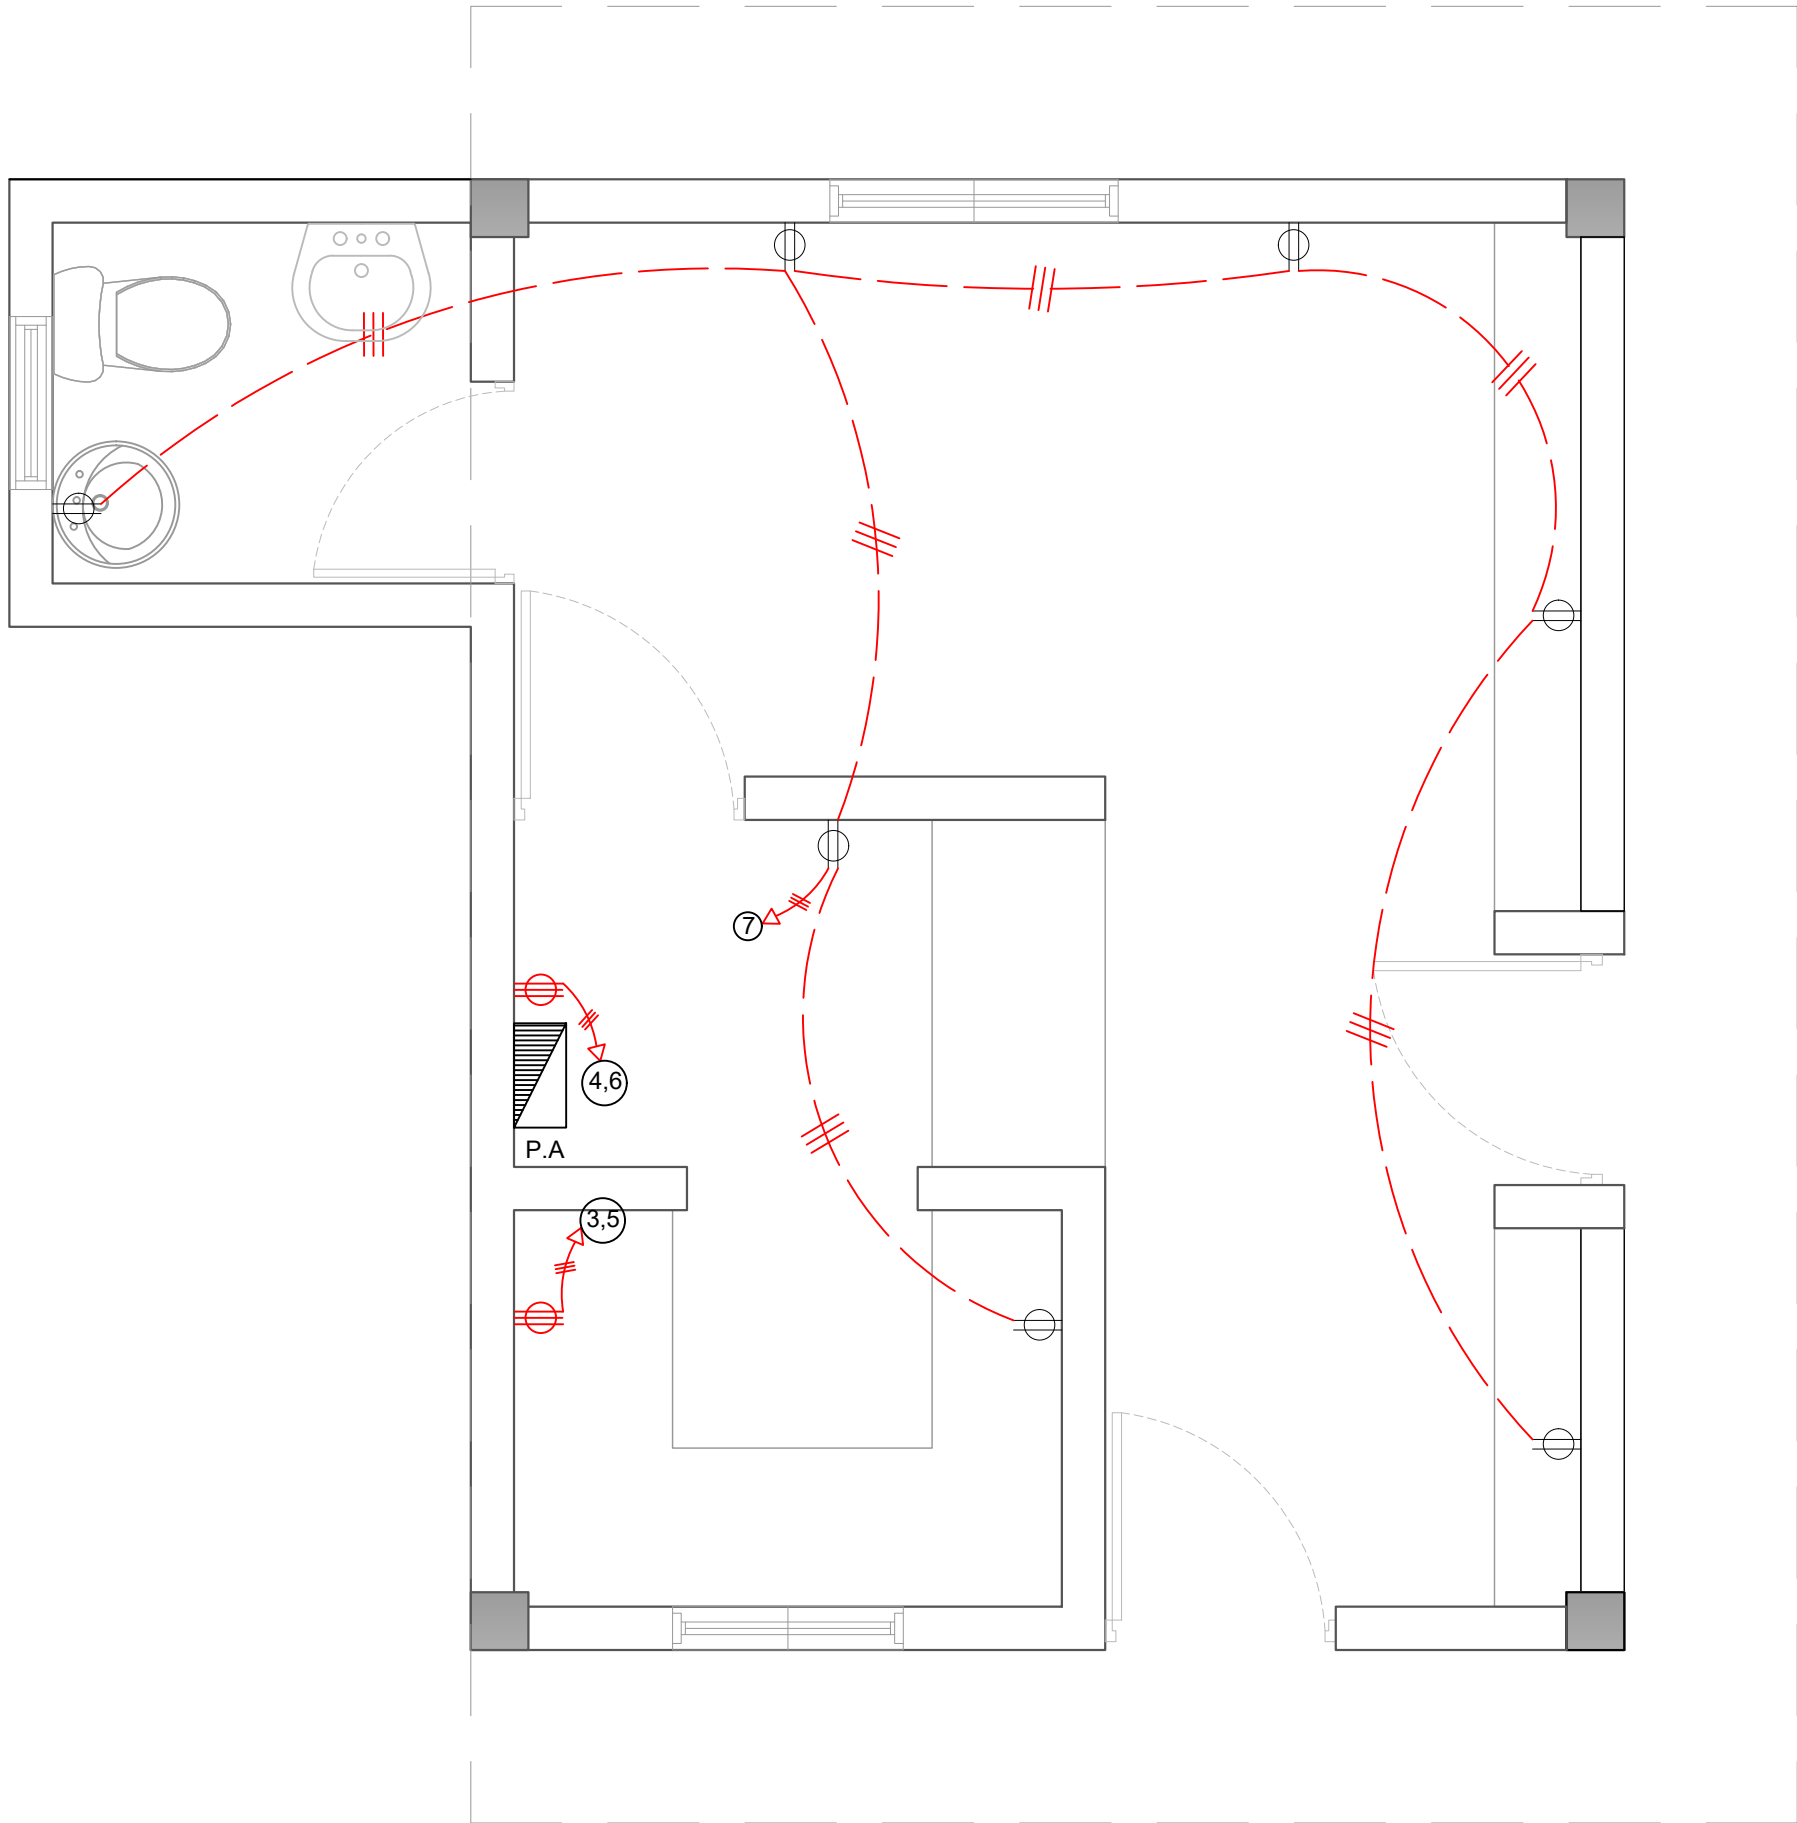

     LEYENDA	
SIMBOLOGÍA	NOMBRE
	Luces de Techo
	Luces colgante tipo campana
	Lampara flour 4x4
	Lampara flour 2x4
	Luces de Pared
	Interruptores sencillo, 15A, 120V
	Interruptores doble, 15A, 120V
	Interruptores triple, 15A, 120V
	Interruptores 3 Way, 15A, 120V
	Interruptores 4 Way, 15A, 120V
	Interruptores Con luz piloto, 15A, 120V
	Luces en Poste
	Luces de Estadio
	Toma Corriente 120V, Doble, 20A
	Toma Corriente 240V, Sencillo, 30A
	Toma Corriente 120 de UPS, Doble, 20A
	Teléfono
	Antena de Televisión
	Data
	Hacia el Panel con 2 hilos
	Hacia el Panel con 3 hilos
	Tubería Empotrada en Losa
	Tubería Empotrada en Tierra
	Panel de Distribución Eléctrica
	Panel Board
	Breaker
	Registro
	Medidor o contador
	Transformador
	Abanico de Techo
	Equipos Eléctricos
	Transfer Switch
	Módulo de Contador
	Enclosed Breaker
	Tubería Empotrada con 3 hilos
	Inversor, UPS

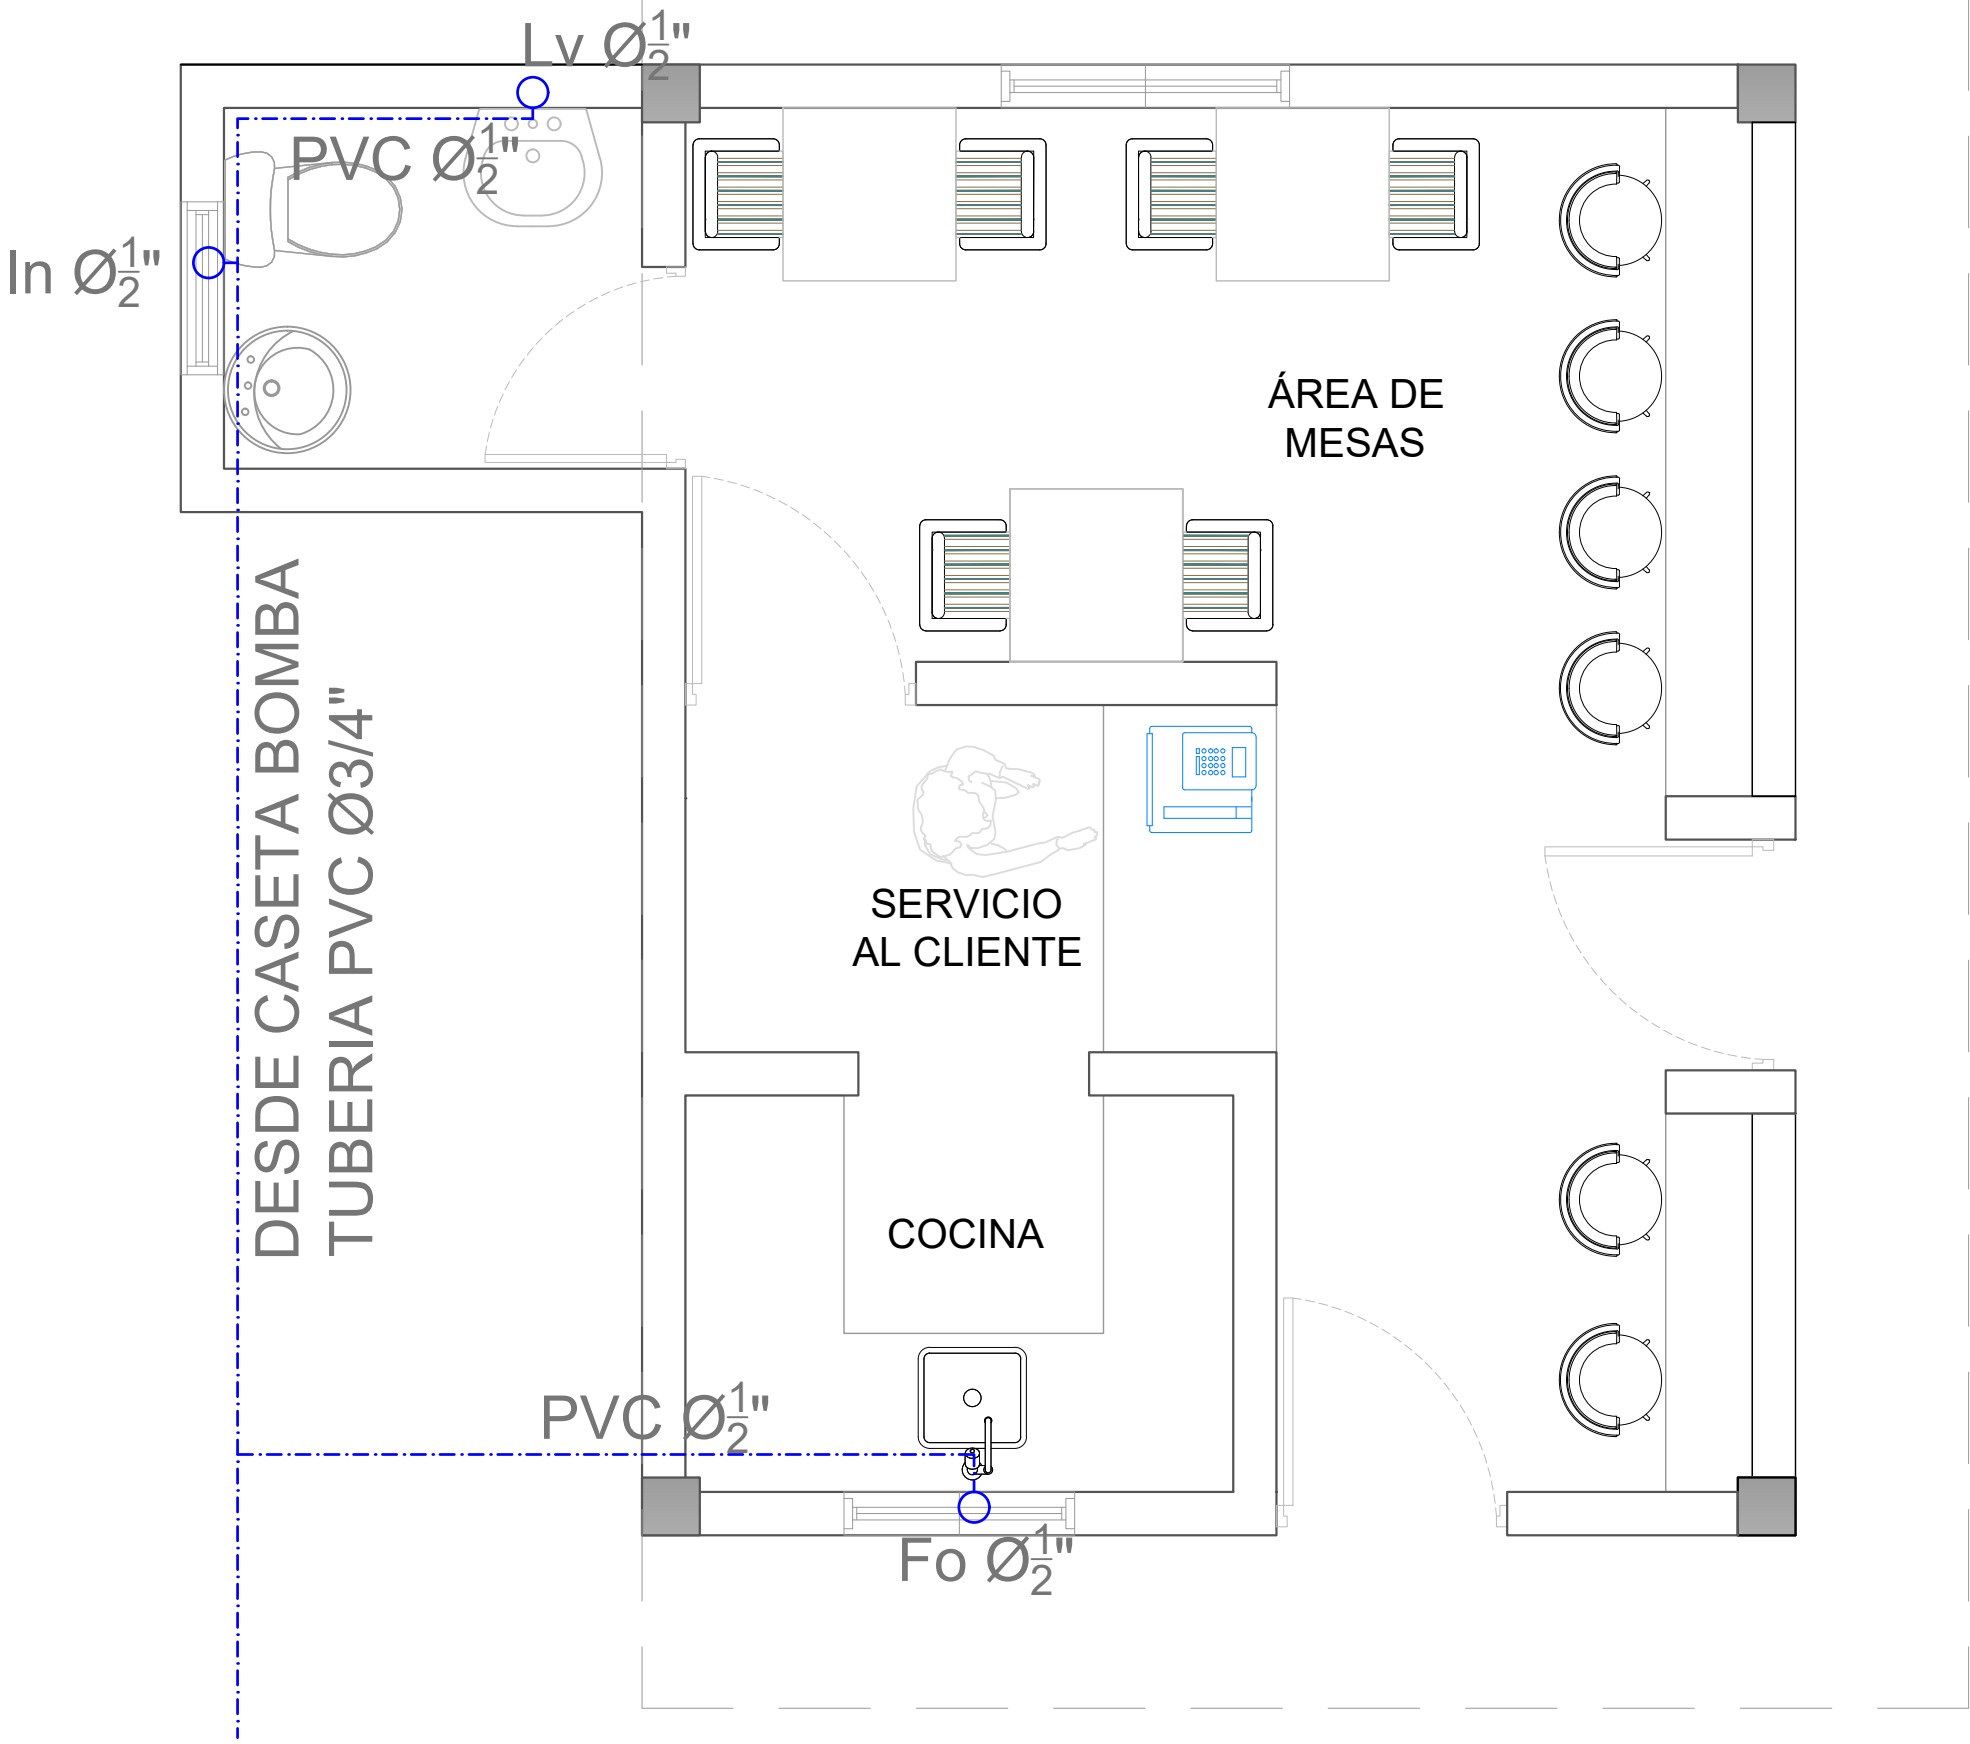

LEYENDA PLATA ELECTRICA	
SIMBOLOGÍA	NOMBRE
	Luces de Techo (BOMBILLO)
	Luces colgante tipo campana
	Luces Ojo de Buey LED 3W 72 x 72 x 23 mm
	Panel Circular Emp. LED 12W 17 cm
	Lampara Fluorescente 4x1
	Lampara Fluorescente 2x2
	Lampara Fluorescente 2x4
	Luces de Pared
	Luces de Piso
	Interruptores sencillo, 15A, 120V
	Interruptores doble, 15A, 120V
	Interruptores triple, 15A, 120V
	Interruptores 3 Way, 15A, 120V
	Interruptores 4 Way, 15A, 120V
	Interruptores Con luz piloto, 15A, 120V
	Luces en Poste
	LUCES DE ESTADIO
	Fotocelda
	Abanico de PARED
	ABANICO DE TECHO
	CONTROL DE ABANICO DE TECHO
	Toma Corriente 120V, Doble, 20A
	TOMA CORRIENTE 240V, SENCILLO, 30A
	Toma Corriente 240V, Doble, 30A
	Toma Corriente 120 de piso, Doble, 20A
	Toma Corriente 120 sobre meseta, Doble, 20A
	Toma Corriente 120 falla a tierra, Doble, 20A
	Toma Corriente 120 DE UPS, Doble, 20A
	Toma Corriente 120 DE Waterproof, Doble, 20A
	Equipos Eléctricos
	Teléfono
	Antena de Televisión
	Data
	Panel de Distribución Eléctrica
	Registro
	Tubería Empotrada en Losa
	Tubería Empotrada en Tierra
	Cámara

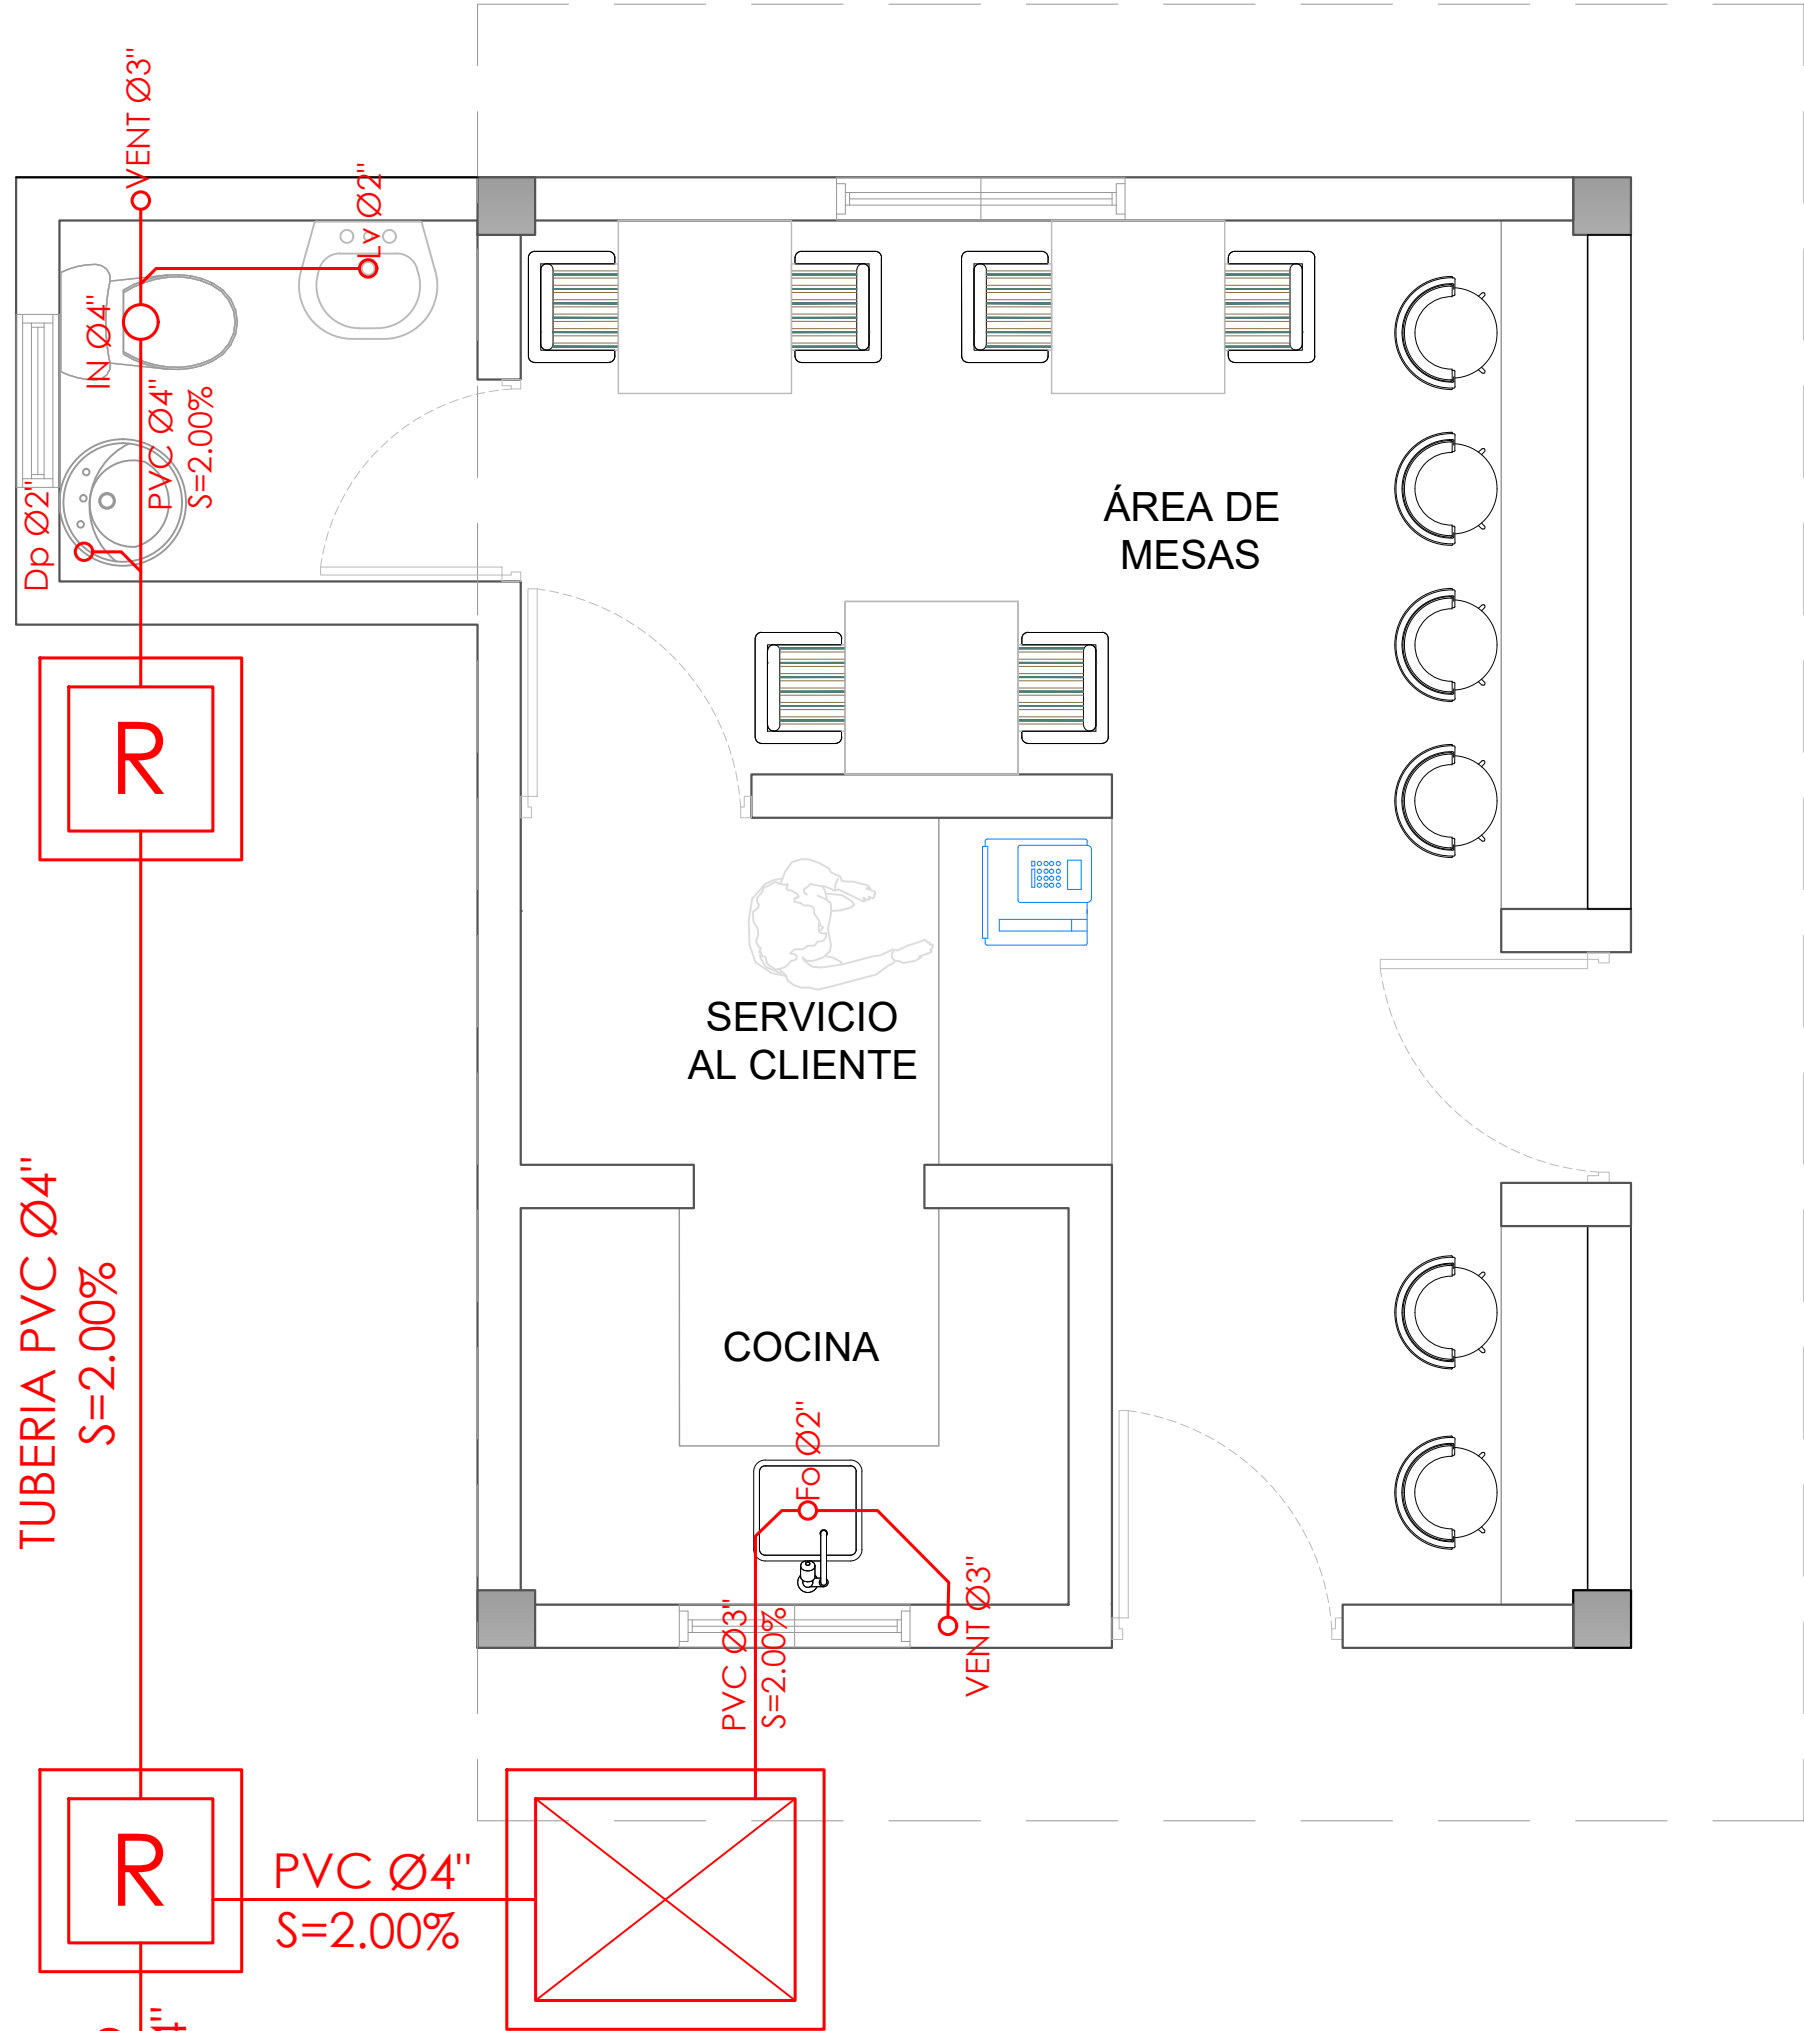

LEYENDA PLATA ELECTRICA	
SIMBOLOGÍA	NOMBRE
	Luces de Techo (BOMBILLO)
	Luces colgante tipo campana
	Luces Ojo de Buey LED 3W 72 x 72 x 23 mm
	Panel Circular Emp. LED 12W 17 cm
	Lampara Fluorescente 4x1
	Lampara Fluorescente 2x2
	Lampara Fluorescente 2x4
	Luces de Pared
	Luces de Piso
	Interruptores sencillo, 15A, 120V
	Interruptores doble, 15A, 120V
	Interruptores triple, 15A, 120V
	Interruptores 3 Way, 15A, 120V
	Interruptores 4 Way, 15A, 120V
	Interruptores Con luz piloto, 15A, 120V
	Luces en Poste
	LUCES DE ESTADIO
	Fotocelda
	Abanico de PARED
	ABANICO DE TECHO
	CONTROL DE ABANICO DE TECHO
	Toma Corriente 120V, Doble, 20A
	TOMA CORRIENTE 240V, SENCILLO, 30A
	Toma Corriente 240V, Doble, 30A
	Toma Corriente 120 de piso, Doble, 20A
	Toma Corriente 120 sobre meseta, Doble, 20A
	Toma Corriente 120 falla a tierra, Doble, 20A
	Toma Corriente 120 DE UPS, Doble, 20A
	Toma Corriente 120 DE Waterproof, Doble, 20A
	Equipos Eléctricos
	Teléfono
	Antena de Televisión
	Data
	Panel de Distribución Eléctrica
	Registro
	Tubería Empotrada en Losa
	Tubería Empotrada en Tierra
	Cámara