


PROYECTO:

**CONT. POLIDEPORTIVO LAS
BARIAS, BANI, PERAVIA**

REPÚBLICA DOMINICANA
SEPTIEMBRE 2026



 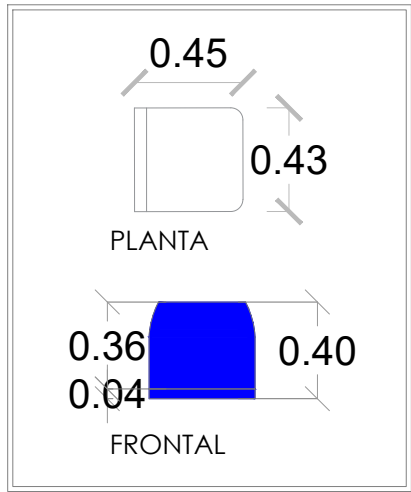


DETALLE ASIENTO GRADA





ASIENTO TIPO CAMPEONATO: AZUL
TOTAL DE ASIENTOS: 405

PARQUEOS DE VEHICULOS:
HORMIGON FROTADO 180 M2



PLANTA ARQUITECTÓNICA DE CONJUNTO

ESC. 1:150

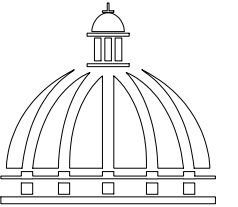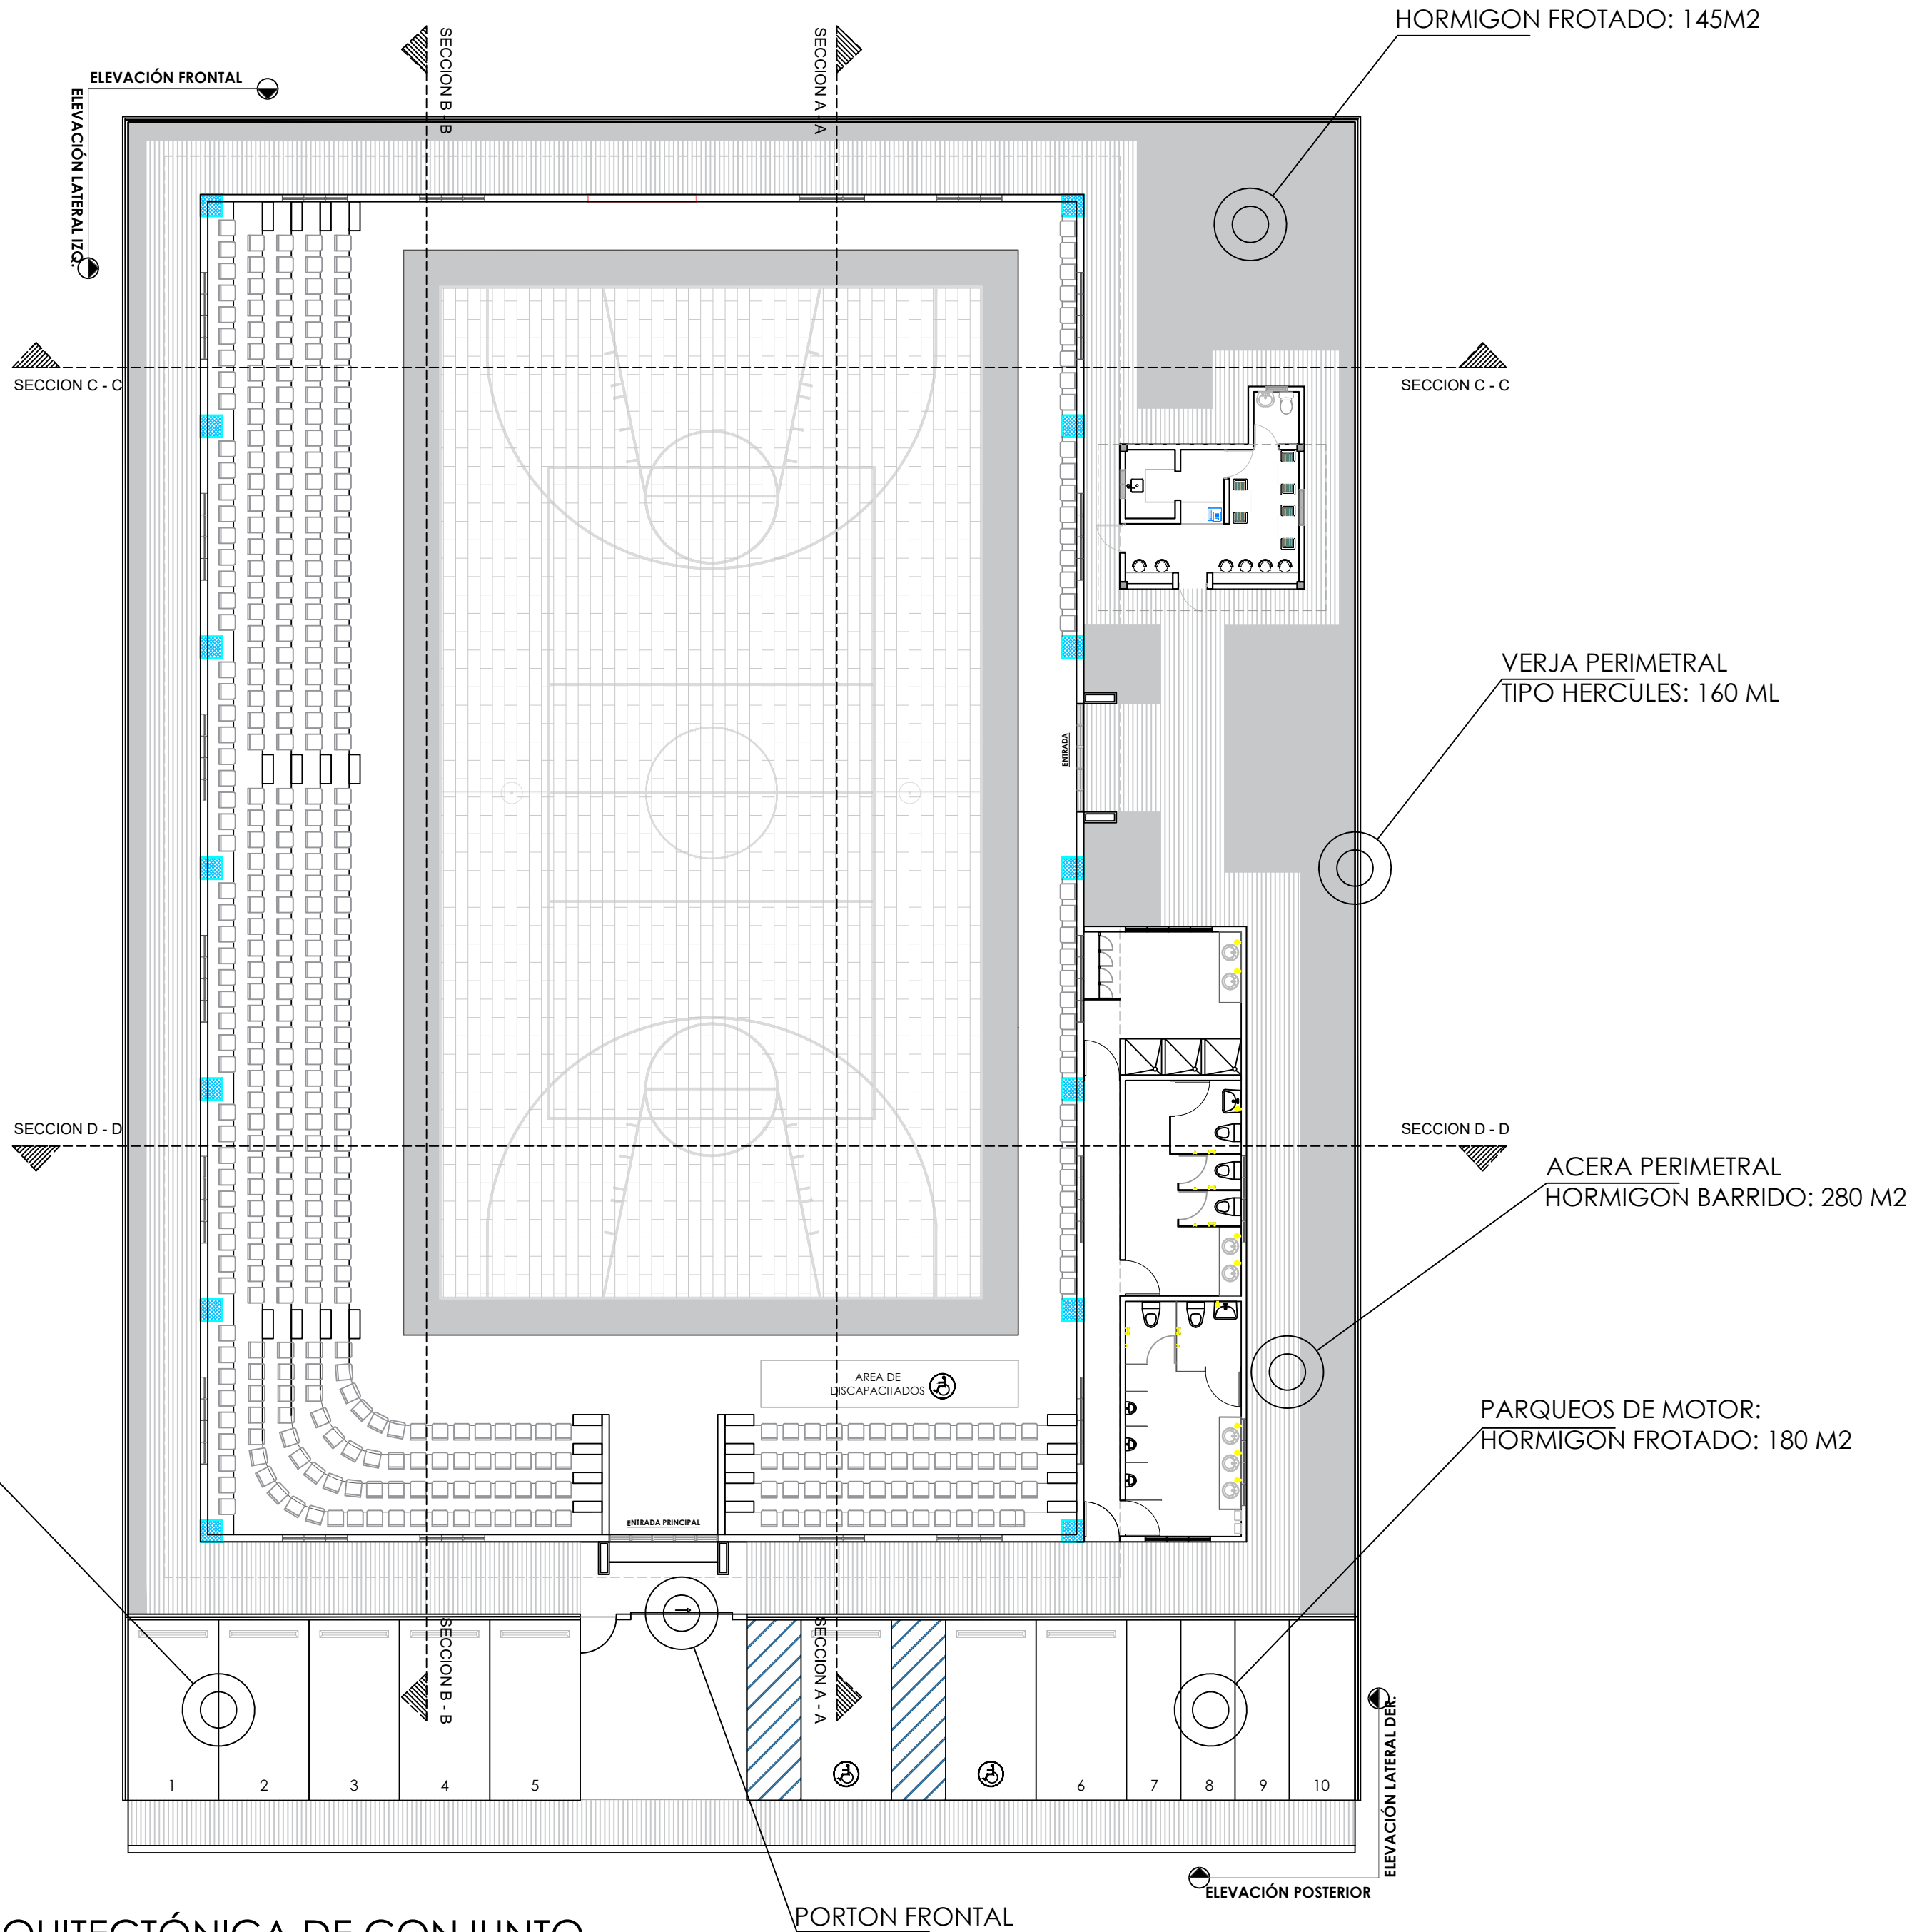

GOBIERNO DE LA
REPÚBLICA DOMINICANA

DIRECCIÓN DE DESARROLLO
PROVINCIAL
DDP

Ave. Dr. Delgado, Esq. Moises García,
Gazcue, Sto. Dgo., R.D.
TEL.: (809)-364-2189 | FAX.: (809)- 688-1665
E-Mail: info@cpadp.gob.do

PROYECTO:

**CONT. POLIDEPORTIVO LAS
BARIAS, BANI, PERAVIA**
Republica Dominicana

EQUIPO DE TRABAJO:

DISEÑO ARQUITECTÓNICO
ARQ.

codia 00000

ENC. INGENIERÍA
ING. FIOR DALIZA BONIFACIO
codia 00000

ESTRUCTURAL
ING.

codia 00000

ELÉCTRICO
ING. JUAN PEREZ
codia 00000

HIDRO-SANITARIO
ING. FRANCIS ESTEVEZ
codia 00000

SELLO DE APROBACIÓN:

FECHA:

CONTENIDO:

PLANTA ARQUITECTÓNICA

ESCALA:


1:150

SEPTIEMBRE 2026

NO. PÁGINA:

001


*NOTA: ESTOS PLANOS PUEDEN SER MODIFICADOS Y/O ADECUADOS EN CAMPO.

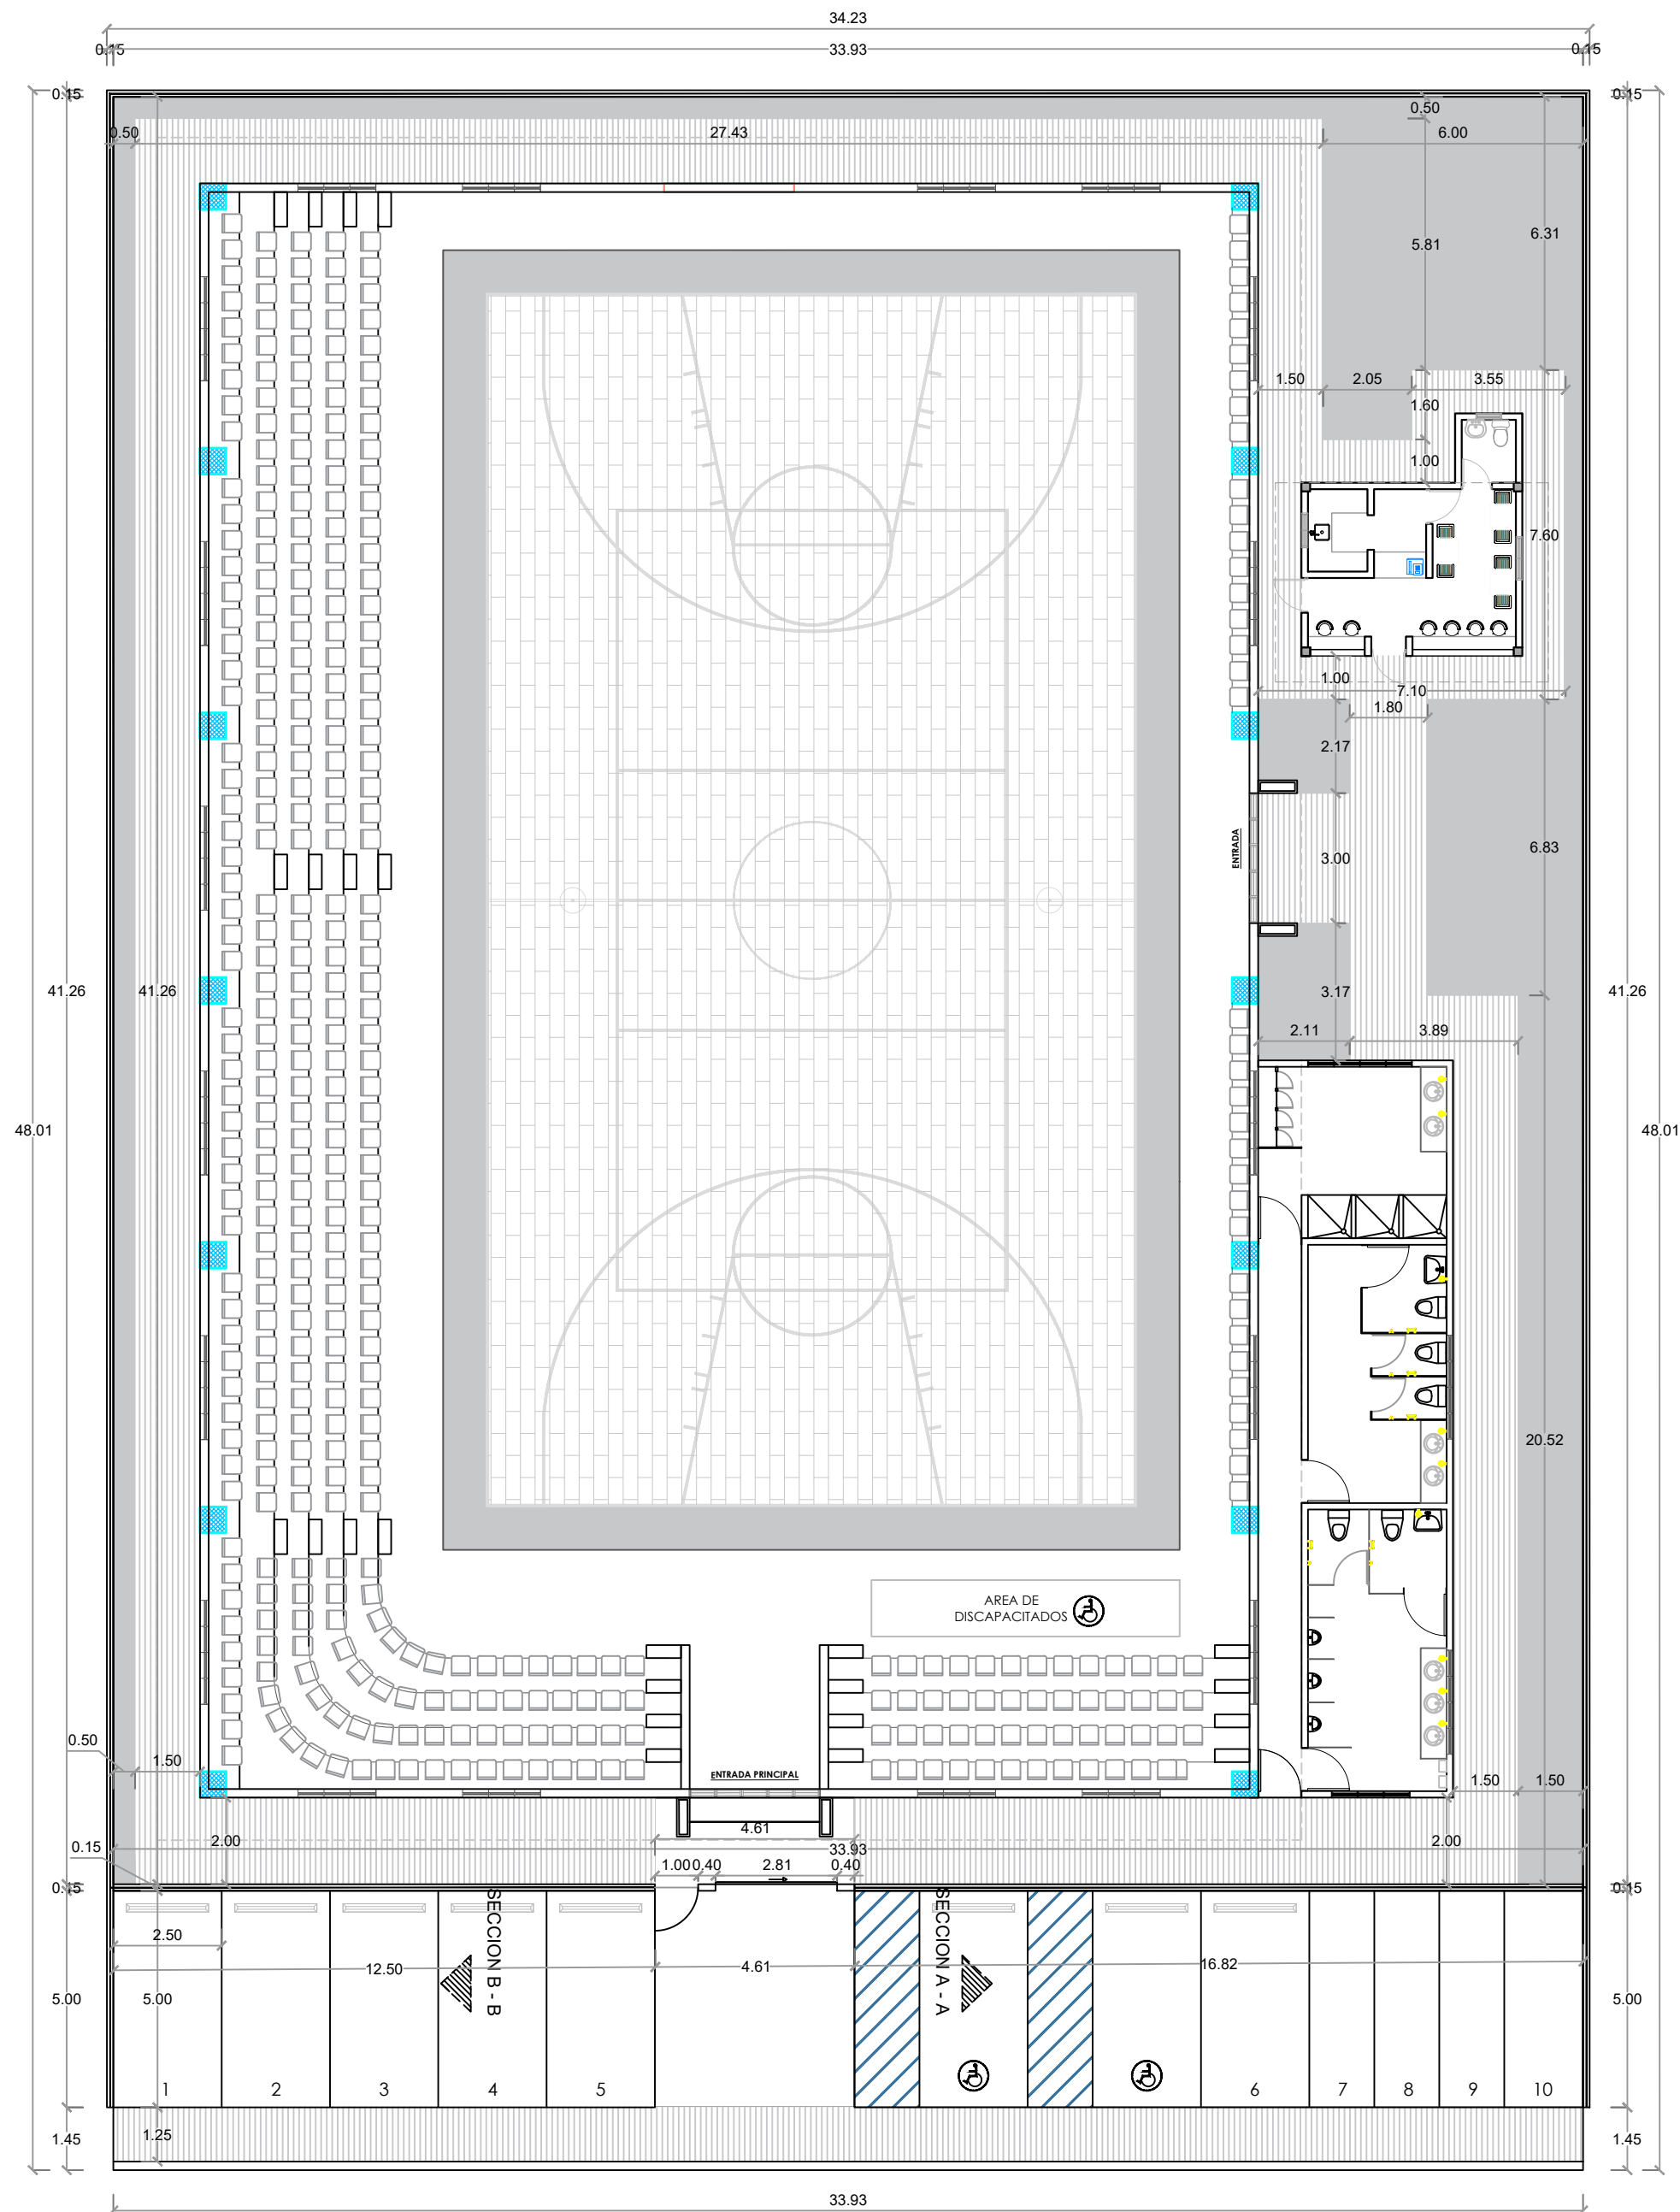

PLANTA DIMENSIONADA DE CONJUNTO

ESC. 1:150

*NOTA: ESTOS PLANOS PUEDEN SER MODIFICADOS Y/O ADECUADOS EN CAMPO.

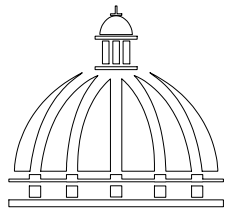

GOBIERNO DE LA
REPÚBLICA DOMINICANA

DIRECCIÓN DE DESARROLLO
PROVINCIAL
DDP

Ave. Dr. Delgado, Esq. Moises García,
Gazcue, Sto. Dgo., R.D.
TEL.: (809)-364-2189 | FAX.: (809)- 688-1665
E-Mail: info@cpadp.gob.do

PROYECTO:

**CONT. POLIDEPORTIVO LAS
BARIAS, BANI, PERAVIA**
Republica Dominicana

EQUIPO DE TRABAJO:

DISEÑO ARQUITECTÓNICO
ARQ.

codia 00000

ENC. INGENIERÍA
ING. FIOR DALIZA BONIFACIO
codia 00000

ESTRUCTURAL

ING.

codia 00000

ELÉCTRICO

ING. JUAN PEREZ

codia 00000

HIDRO-SANITARIO

ING. FRANCIS ESTEVEZ

codia 00000

SELLO DE APROBACIÓN:

FECHA:

CONTENIDO:

**PLANTA DIMENSIONADA
DE CONJUNTO**


ESCALA:

1:150

SEPTIEMBRE 2026

NO. PÁGINA:

002

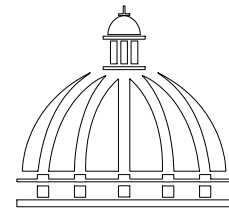

GOBIERNO DE LA
REPÚBLICA DOMINICANA

DIRECCIÓN DE DESARROLLO
PROVINCIAL
DDP

Ave. Dr. Delgado, Esq. Moises García,
Gazcue, Sto. Dgo., R.D.
TEL.: (809)-364-2189 | FAX.: (809)- 688-1665
E-Mail: info@cpadp.gob.do

PROYECTO:
**CONT. POLIDEPORTIVO LAS
BARIAS, BANI, PERAVIA**
Republica Dominicana

EQUIPO DE TRABAJO:
DISEÑO ARQUITECTÓNICO
ARQ. _____
codia 00000

ENC. INGENIERÍA
ING. FIOR DALIZA BONIFACIO
codia 00000

ESTRUCTURAL
ING. _____
codia 00000

ELÉCTRICO
ING. JUAN PEREZ
codia 00000

HIDRO-SANITARIO
ING. FRANCIS ESTEVEZ
codia 00000

SELLO DE APROBACIÓN:

FECHA: _____


CONTENIDO:
**PLANTA SANITARIA
AGUA POTABLE**

ESCALA:
1:150


SEPTIEMBRE 2026

NO. PÁGINA:

003

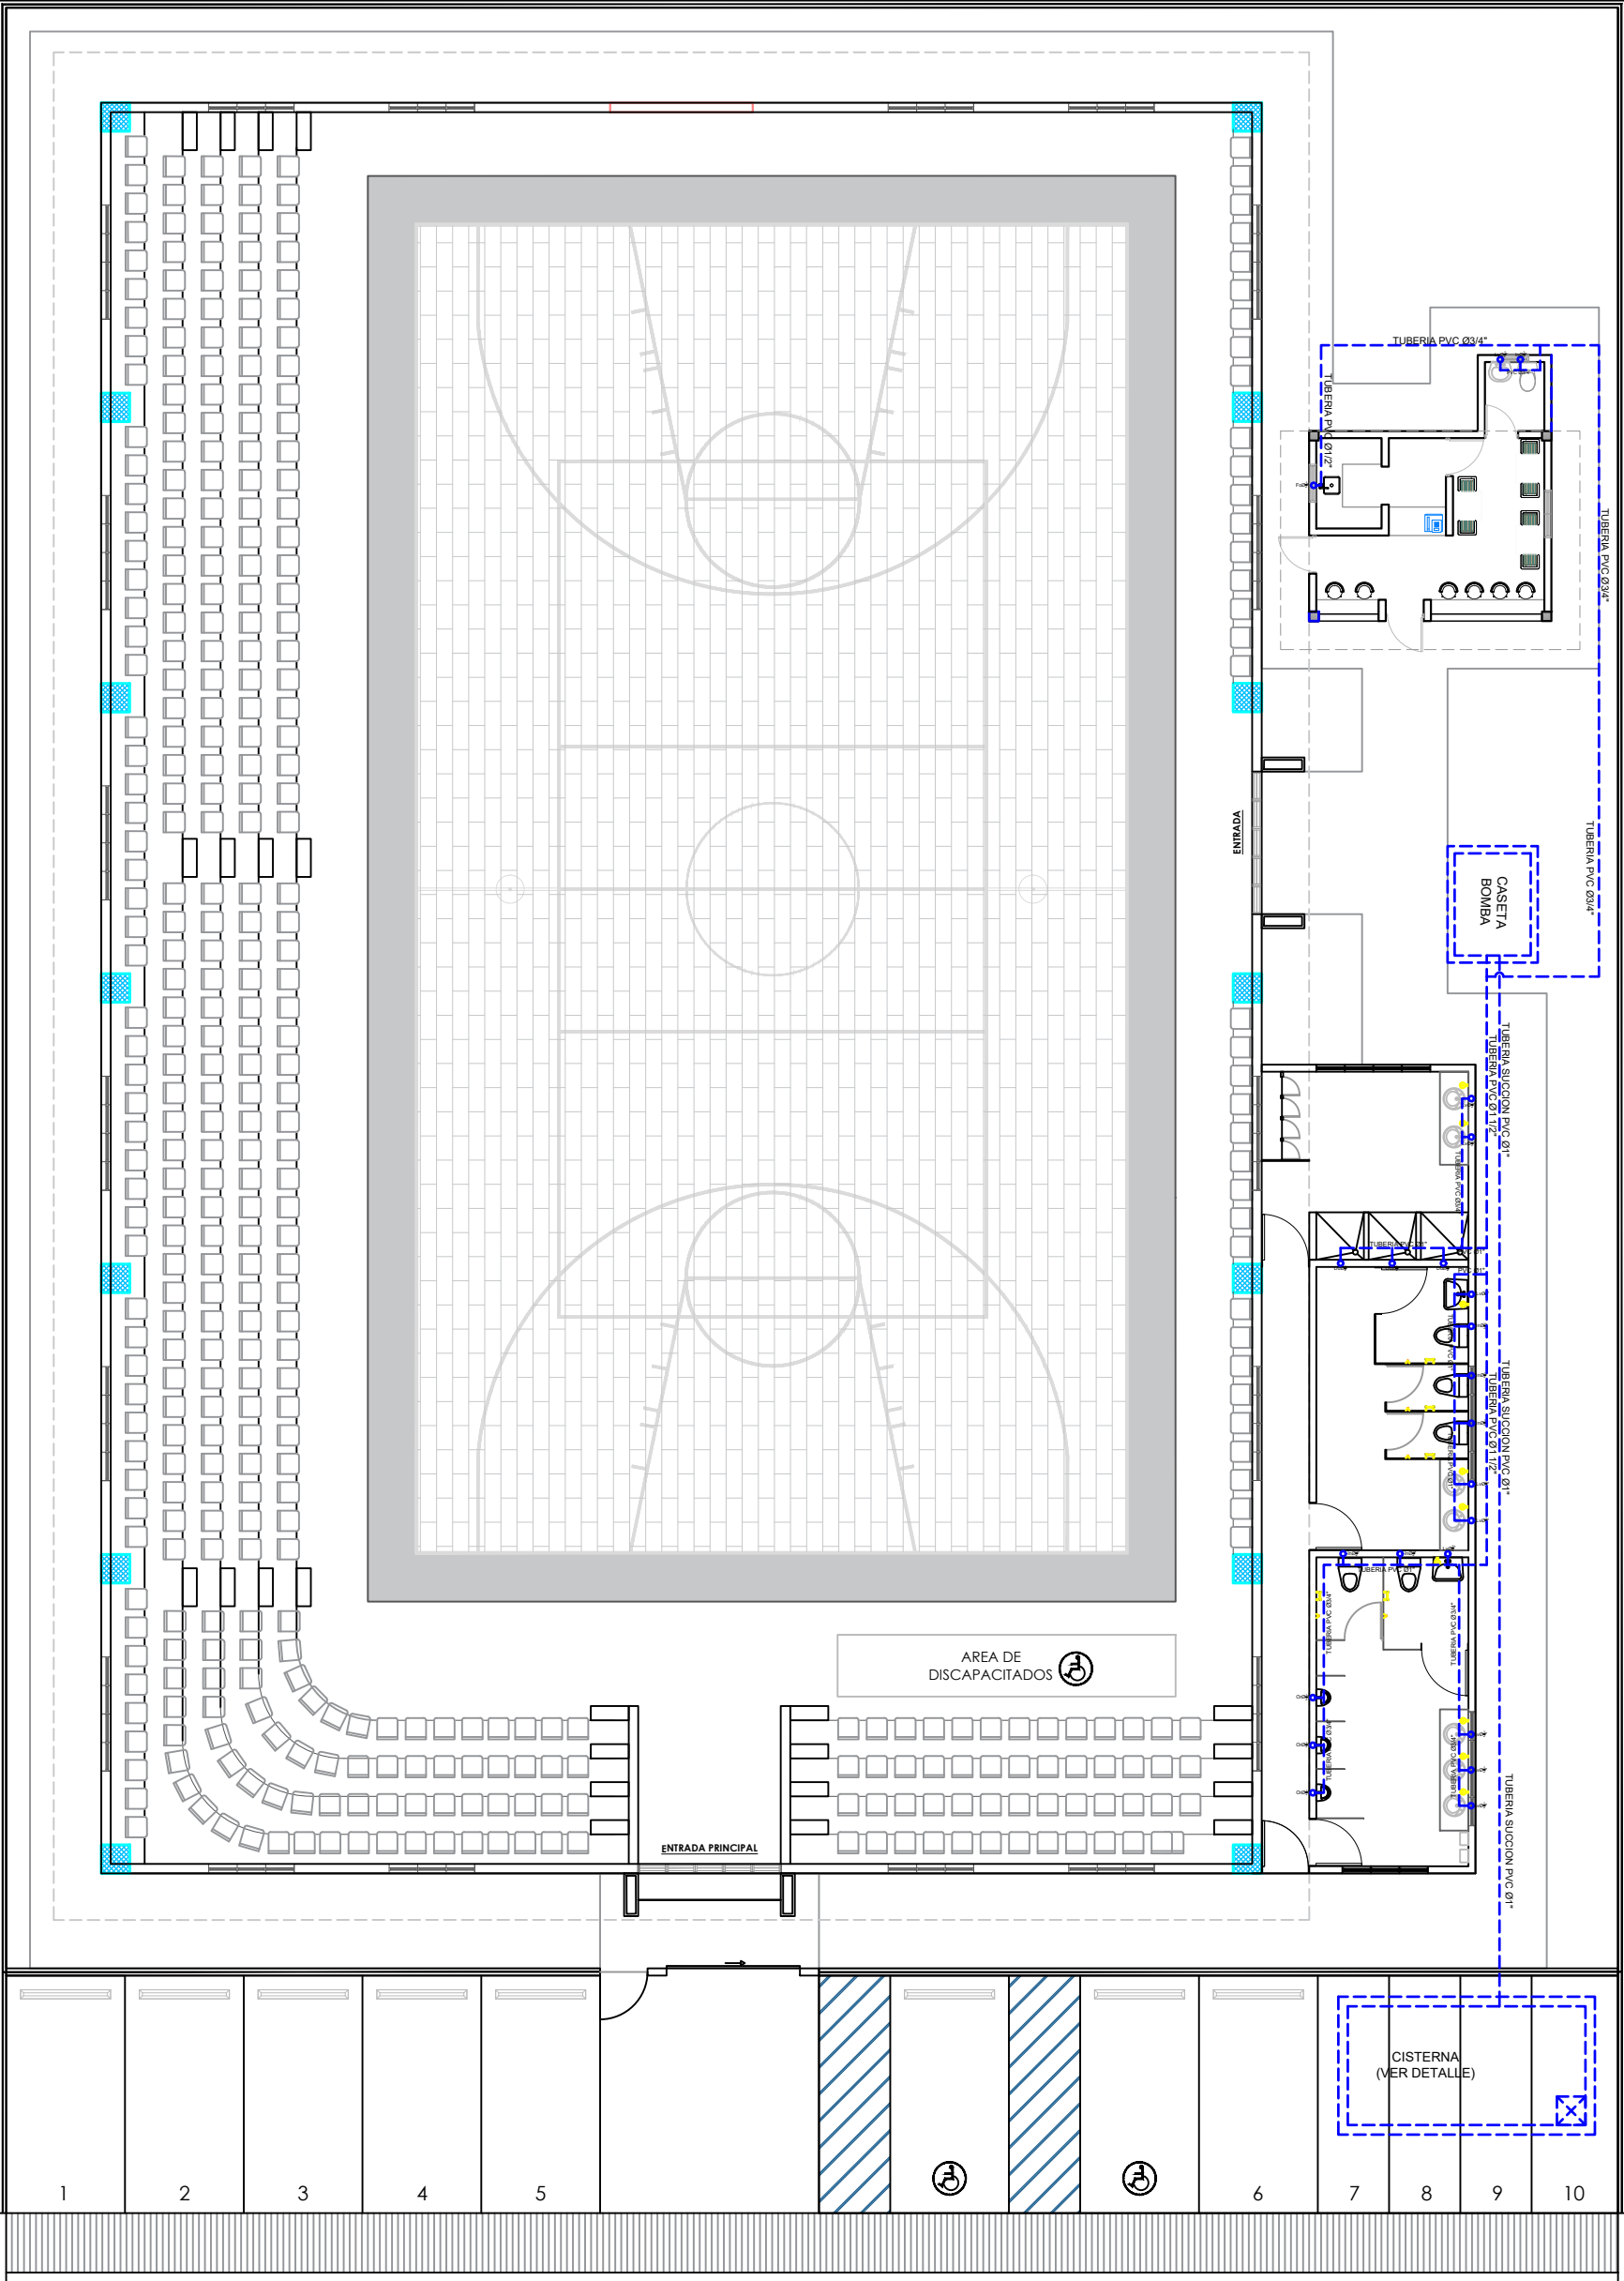


LEYENDA SANITARIA		
In		INODORO
Lv		LAVAMANOS
Fo		FREGADERO
Du		DUCHA
Dp		DESAGUE DE PISO
CE		CALENTADOR ELECTRICO
VP		VALVULA DE PASO
C.I. R		CAJA DE INSPECCION O REGISTRO
T.G.		TRAMPA DE GRASA
VENT Ø		COLUMNA DE VENTILACION, DIAMETRO INDICADO
BD		BAJANTE DESCARGA
S=1%		PENDIENTE EN 1%
		TUBERIA AGUAS POTABLE FRIA
		TUBERIA AGUAS NEGRAS
CAF		COLUMNA DE AGUA FRIA
LH		LIMA HOYA
LT		LIMA TESA
→		SENTIDO DEL FLUJO

 

PLANTA SANITARIA DE CONJUNTO - AGUA POTABLE

ESC. 1:150

*NOTA: ESTOS PLANOS PUEDEN SER MODIFICADOS Y/O ADECUADOS EN CAMPO.

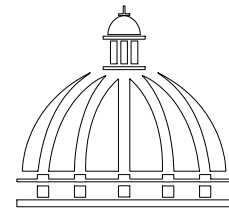

GOBIERNO DE LA
REPÚBLICA DOMINICANA

DIRECCIÓN DE DESARROLLO
PROVINCIAL
DDP

Ave. Dr. Delgado, Esq. Moisés García,
Gazcue, Sto. Dgo., R.D.
TEL.: (809)-364-2189 | FAX.: (809)- 688-1665
E-Mail: info@cpadp.gob.do

PROYECTO:
**CONT. POLIDEPORTIVO LAS
BARIAS, BANI, PERAVIA**
Republica Dominicana

EQUIPO DE TRABAJO:
DISEÑO ARQUITECTÓNICO
ARQ. _____
codia 00000

ENC. INGENIERÍA
ING. FIOR DALIZA BONIFACIO
codia 00000

ESTRUCTURAL
ING. _____
codia 00000

ELÉCTRICO
ING. JUAN PEREZ
codia 00000

HIDRO-SANITARIO
ING. FRANCIS ESTEVEZ
codia 00000

SELLO DE APROBACIÓN:


FECHA: _____

CONTENIDO:
**PLANTA SANITARIA
AGUAS RESIDUALES**


ESCALA:
1:150

SEPTIEMBRE 2026

NO. PÁGINA:
004

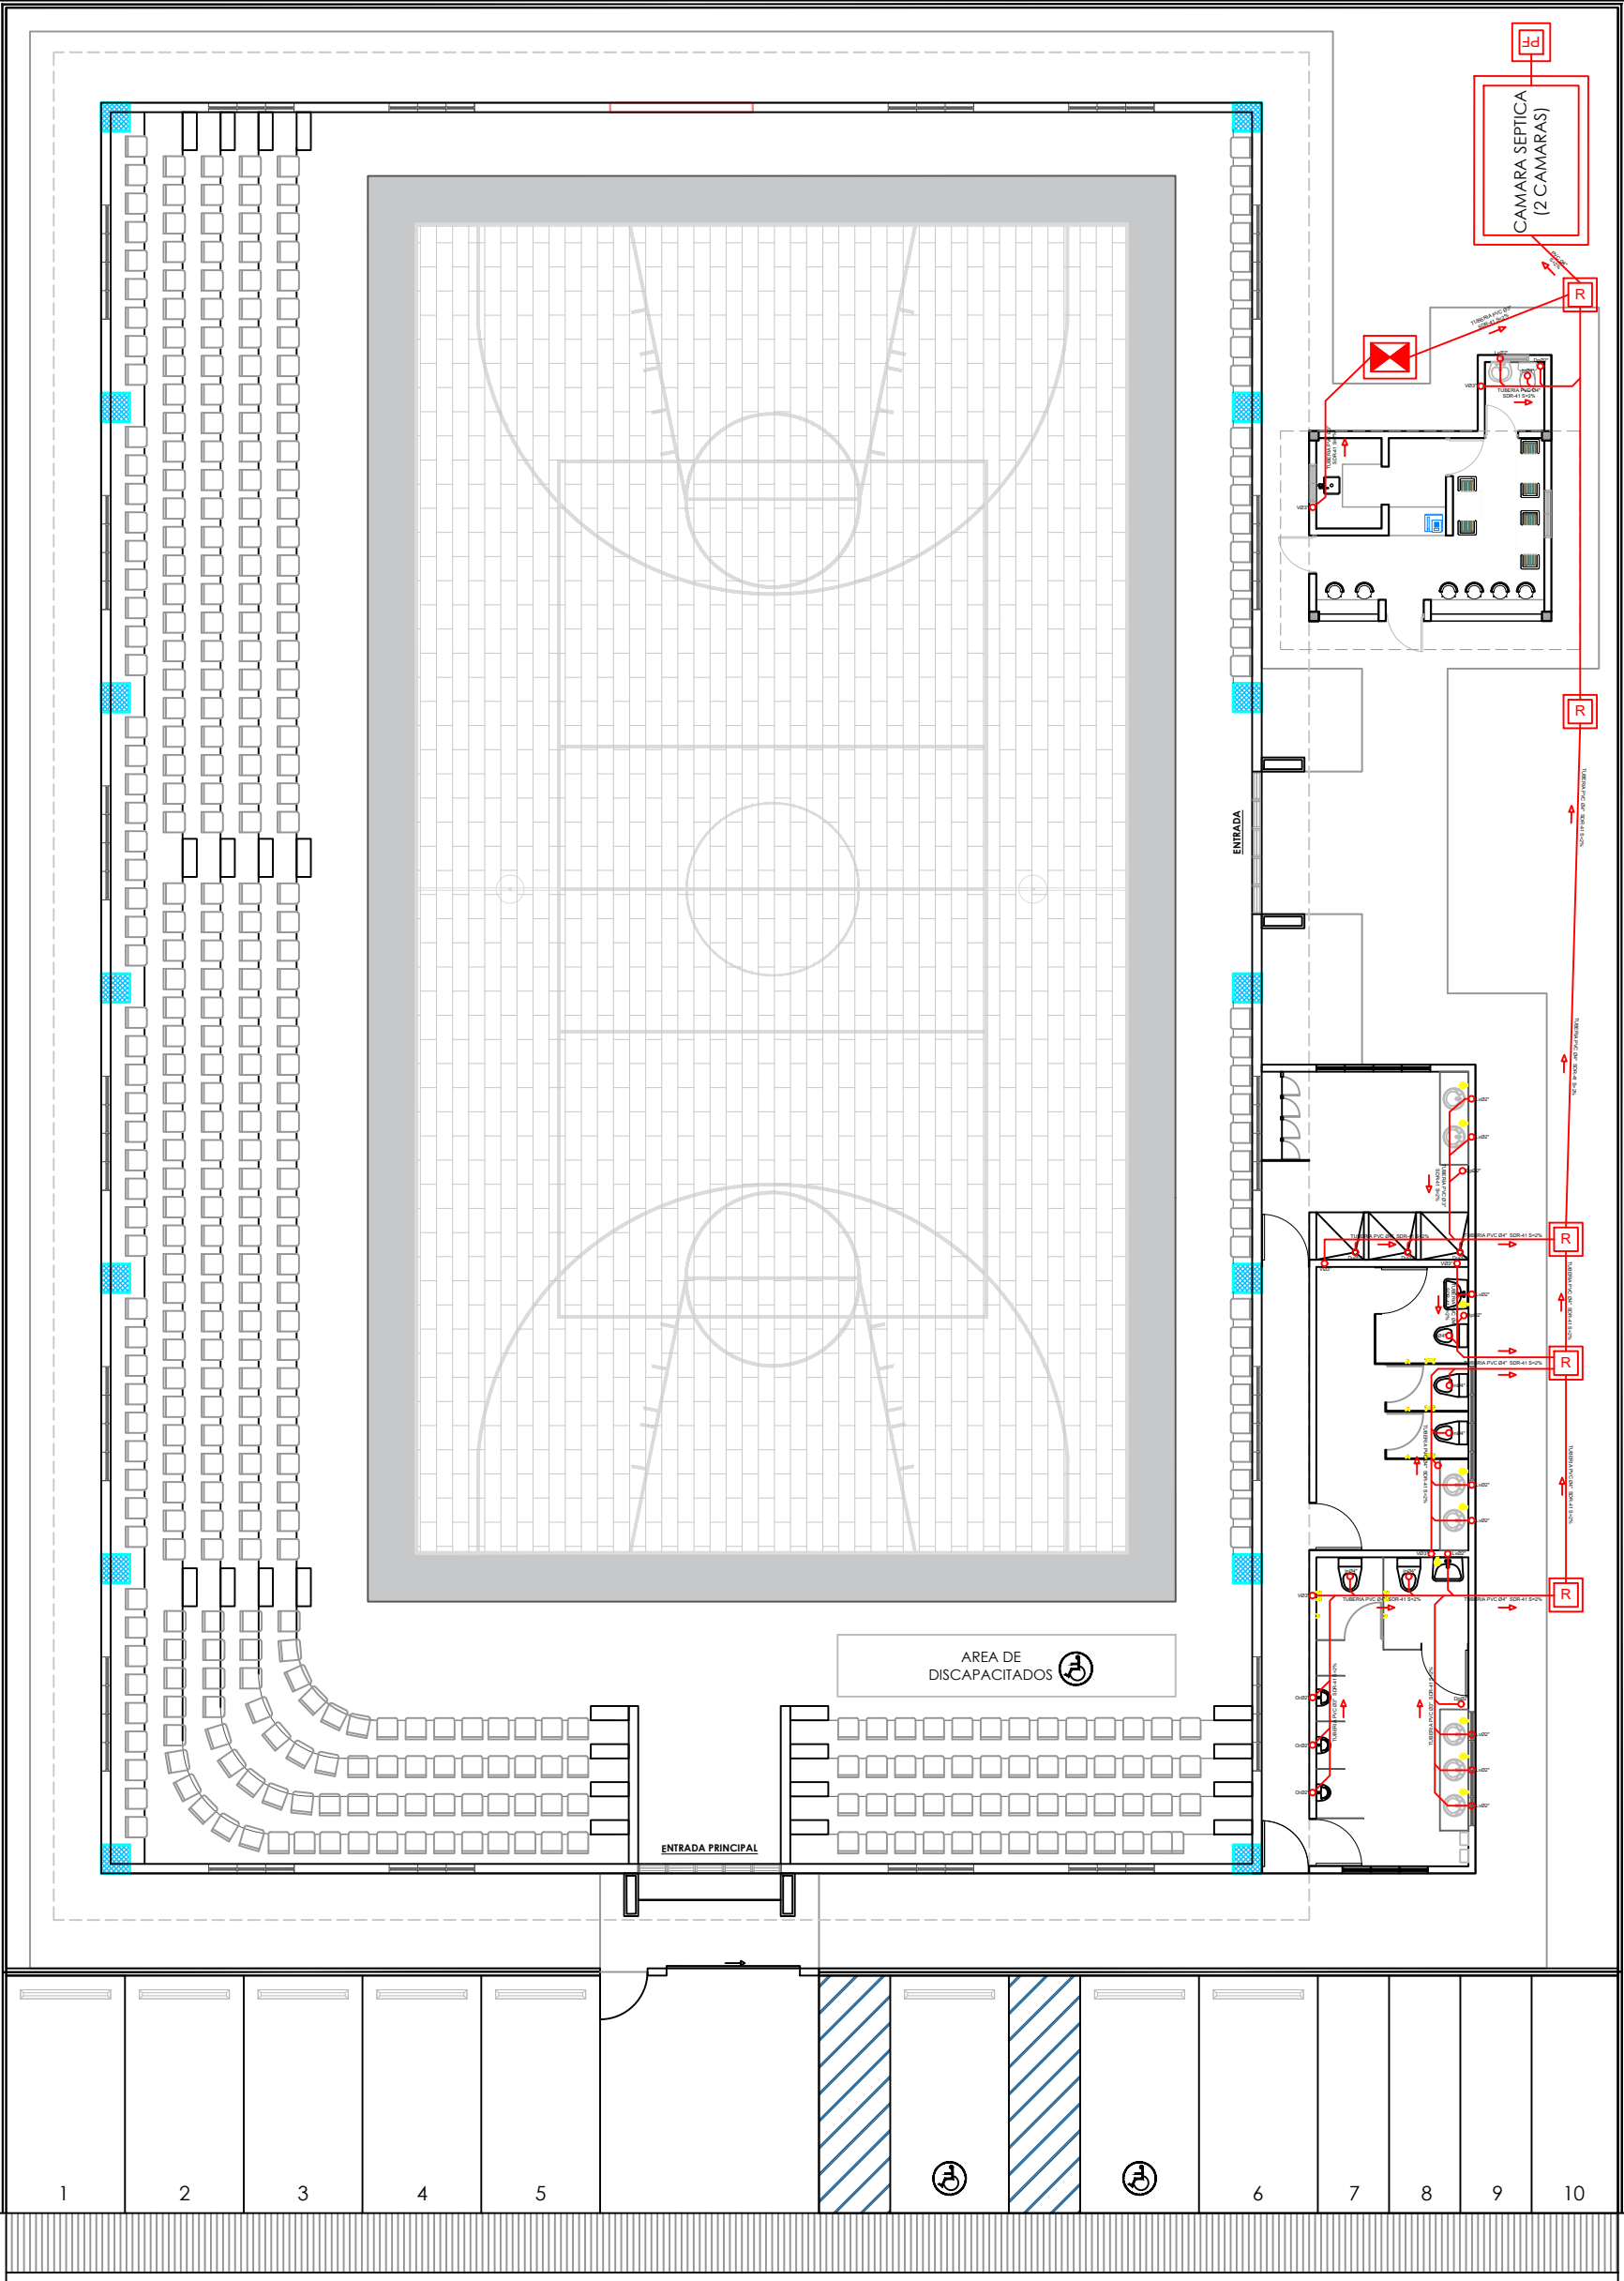


LEYENDA SANITARIA		
In		INODORO
Lv		LAVAMANOS
Fo		FREGADERO
Du		DUCHA
Dp.		DESAGUE DE PISO
CE.		CALENTADOR ELECTRICO
VP		VALVULA DE PASO
C.I. R		CAJA DE INSPECCION O REGISTRO
T.G.		TRAMPA DE GRASA
VENT Ø		COLUMNA DE VENTILACION, DIAMETRO INDICADO
BD		BAJANTE DESCARGA
S=1%		PENDIENTE EN 1%
		TUBERIA AGUAS POTABLE FRIA
		TUBERIA AGUAS NEGRAS
CAF		COLUMNA DE AGUA FRIA
LH		LIMA HOYA
LT		LIMA TESA
→		SENTIDO DEL FLUJO

 

PLANTA SANITARIA DE CONJUNTO - AGUAS RESIDUALES

ESC. 1:150

*NOTA: ESTOS PLANOS PUEDEN SER MODIFICADOS Y/O ADECUADOS EN CAMPO.

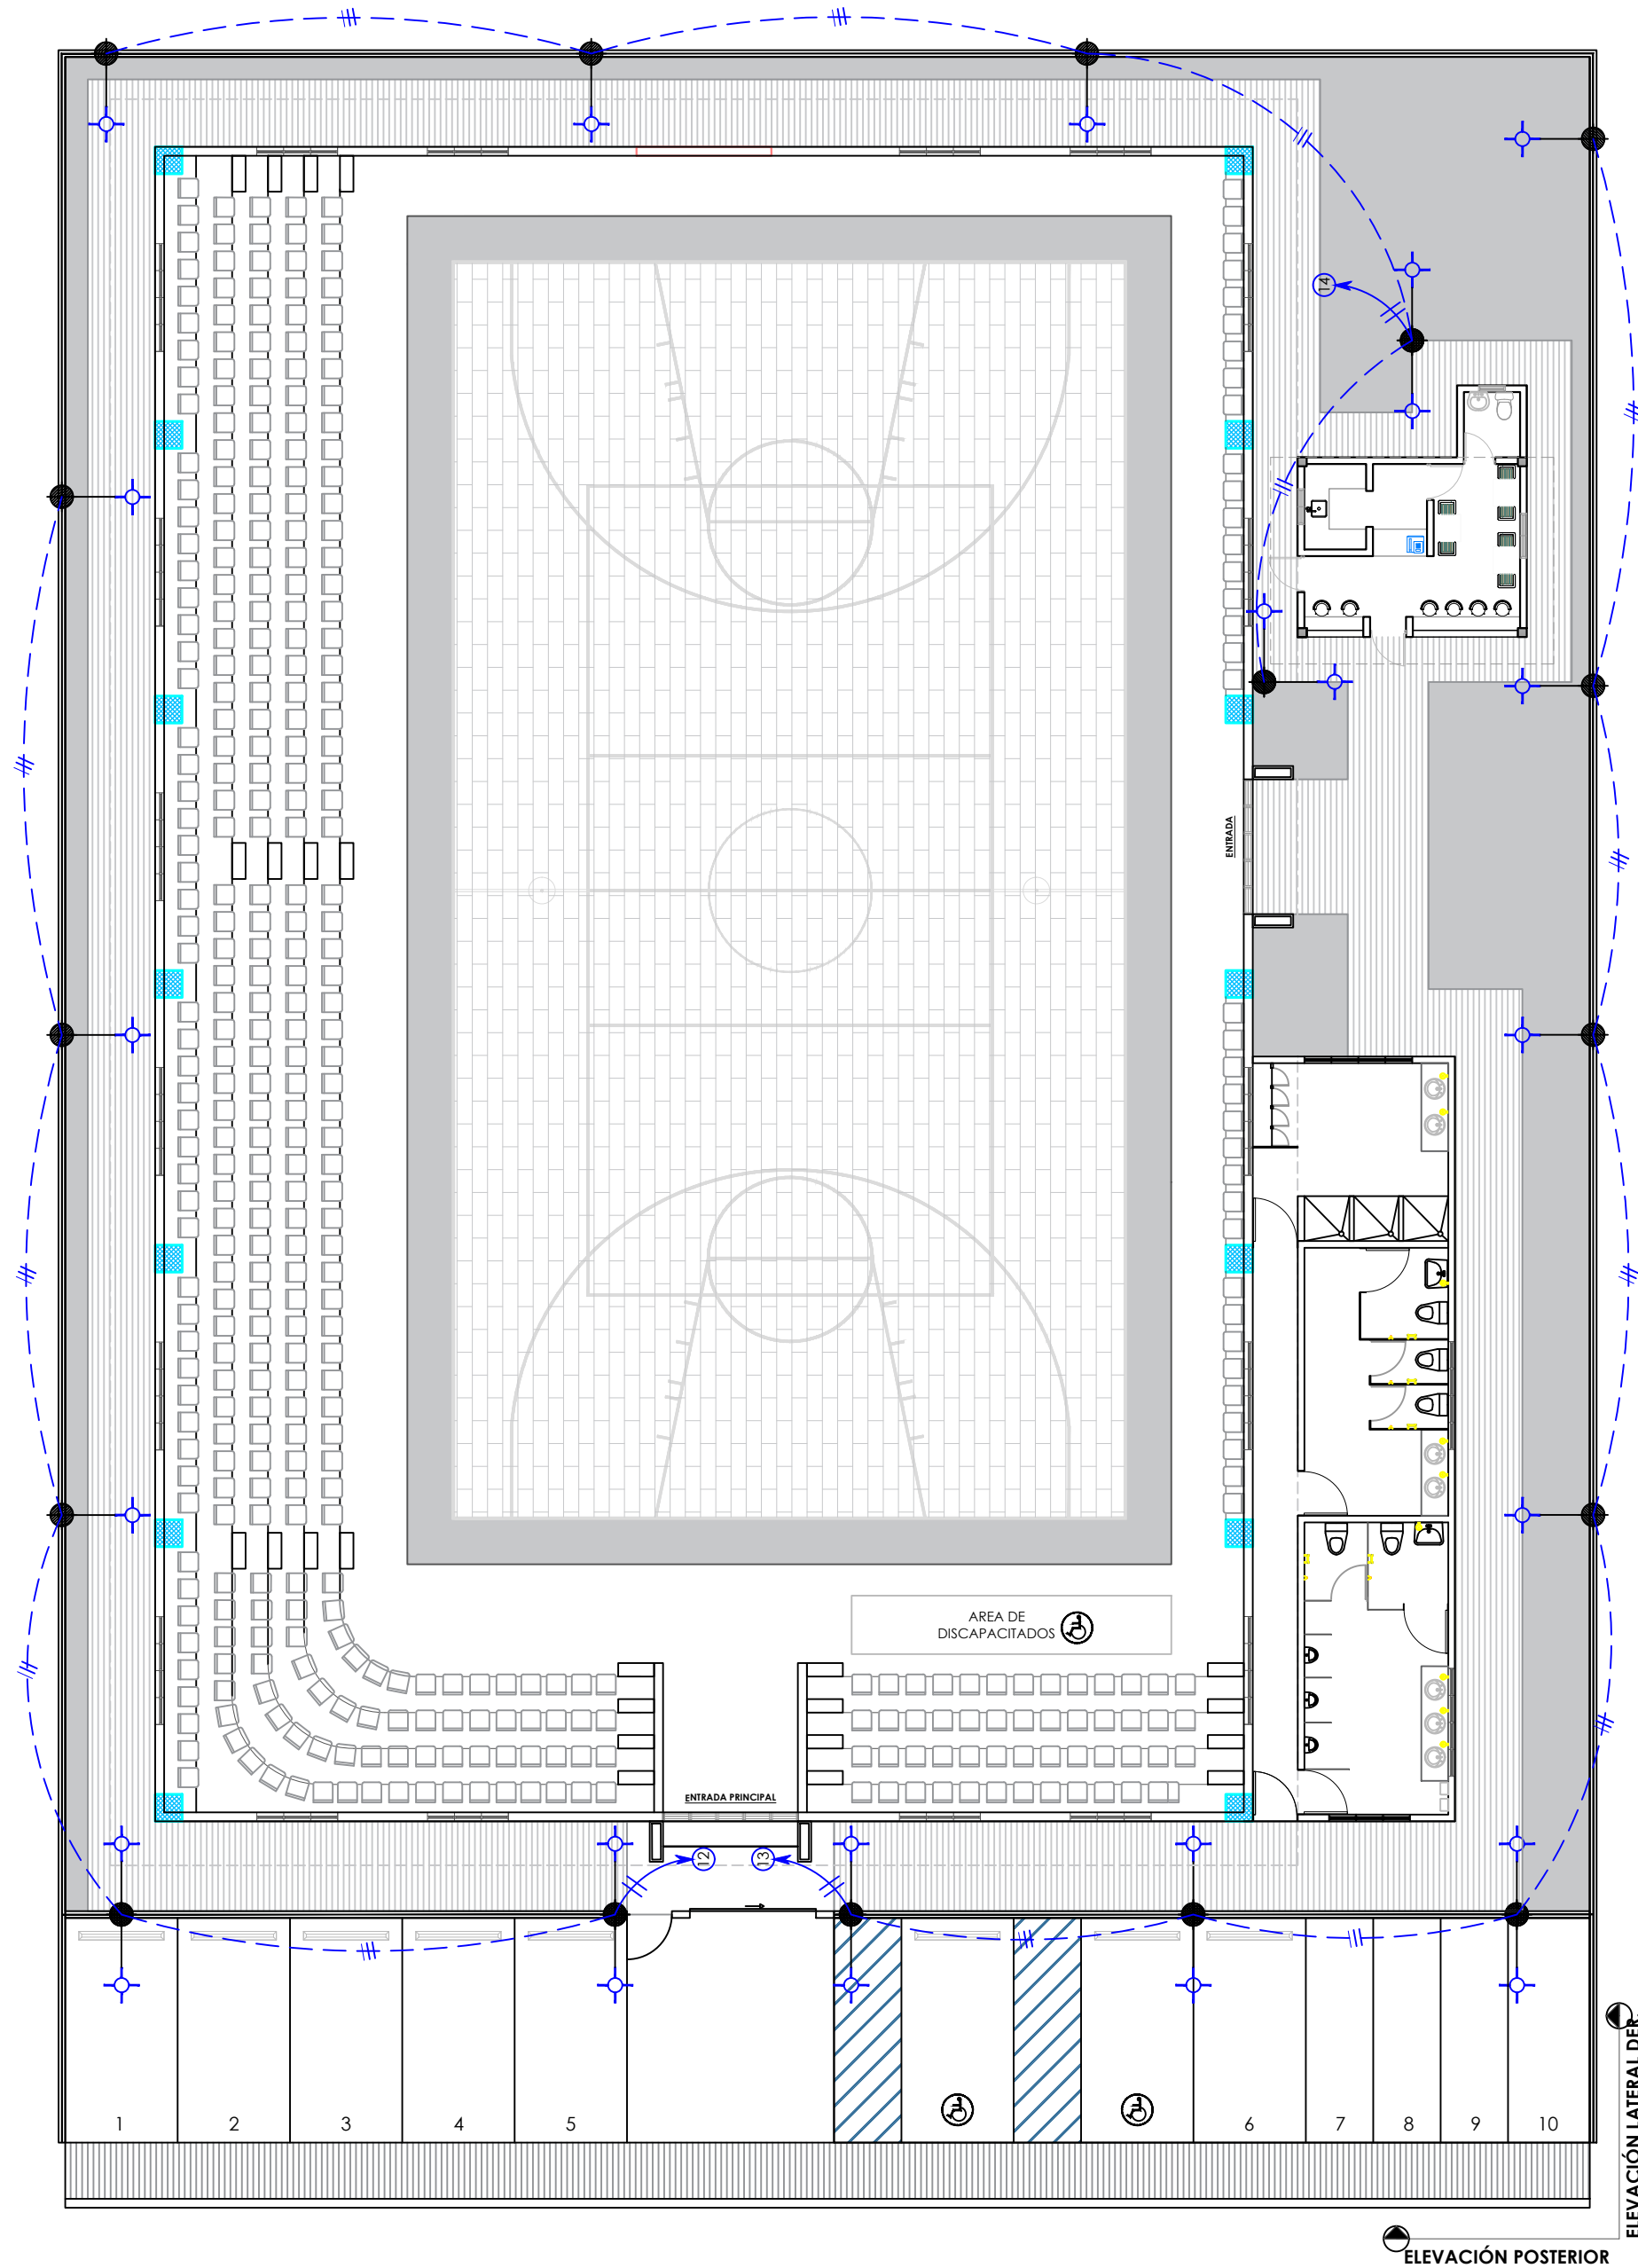


LUCES DE POSTE: 24

PLANTA ELÉCTRICA DE CONJUNTO

ESC. 1:150

*NOTA: ESTOS PLANOS PUEDEN SER MODIFICADOS Y/O ADECUADOS EN CAMPO.

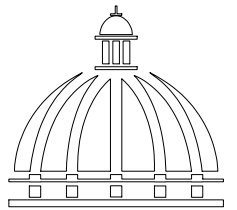

GOBIERNO DE LA
REPÚBLICA DOMINICANA

DIRECCIÓN DE DESARROLLO
PROVINCIAL
DDP

Ave. Dr. Delgado, Esq. Moises García,
Gazcue, Sto. Dgo., R.D.
TEL.: (809)-364-2189 | FAX.: (809)- 688-1665
E-Mail: info@cpadp.gob.do

PROYECTO:

**CONT. POLIDEPORTIVO LAS
BARIAS, BANI, PERAVIA**
Republica Dominicana

EQUIPO DE TRABAJO:

DISEÑO ARQUITECTÓNICO
ARQ.

codia 00000

ENC. INGENIERÍA
ING. FIOR DALIZA BONIFACIO
codia 00000

ESTRUCTURAL

ING.

codia 00000

ELÉCTRICO

ING. JUAN PEREZ
codia 00000

HIDRO-SANITARIO

ING. FRANCIS ESTEVEZ
codia 00000

SELLO DE APROBACIÓN:

FECHA:

CONTENIDO:

**PLANTA ELÉCTRICA
DE CONJUNTO**


ESCALA:

1:150

SEPTIEMBRE 2026

NO. PÁGINA:

005

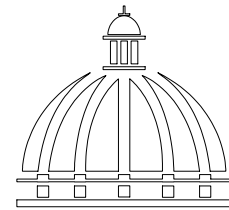

GOBIERNO DE LA
REPÚBLICA DOMINICANA

DIRECCIÓN DE DESARROLLO
PROVINCIAL
DDP

Ave. Dr. Delgado, Esq. Moises García,
Gazcue, Sto. Dgo., R.D.
TEL.: (809)-364-2189 | FAX.: (809)- 688-1665
E-Mail: info@cpadp.gob.do

PROYECTO:

CONT. POLIDEPORTIVO LAS
BARIAS, BANI, PERAVIA
Republica Dominicana

EQUIPO DE TRABAJO:

DISEÑO ARQUITECTÓNICO
ARQ.

codia 00000

ENC. INGENIERÍA

ING. FIOR DALIZA BONIFACIO

codia 00000

ESTRUCTURAL

ING.

codia 00000

ELÉCTRICO

ING. JUAN PEREZ

codia 00000

HIDRO-SANITARIO

ING. FRANCIS ESTEVEZ

codia 00000

SELLO DE APROBACIÓN:

FECHA:

CONTENIDO:

PLANTA DIMENSIONADA


ESCALA:

1:150

SEPTIEMBRE 2026

NO. PÁGINA:

006

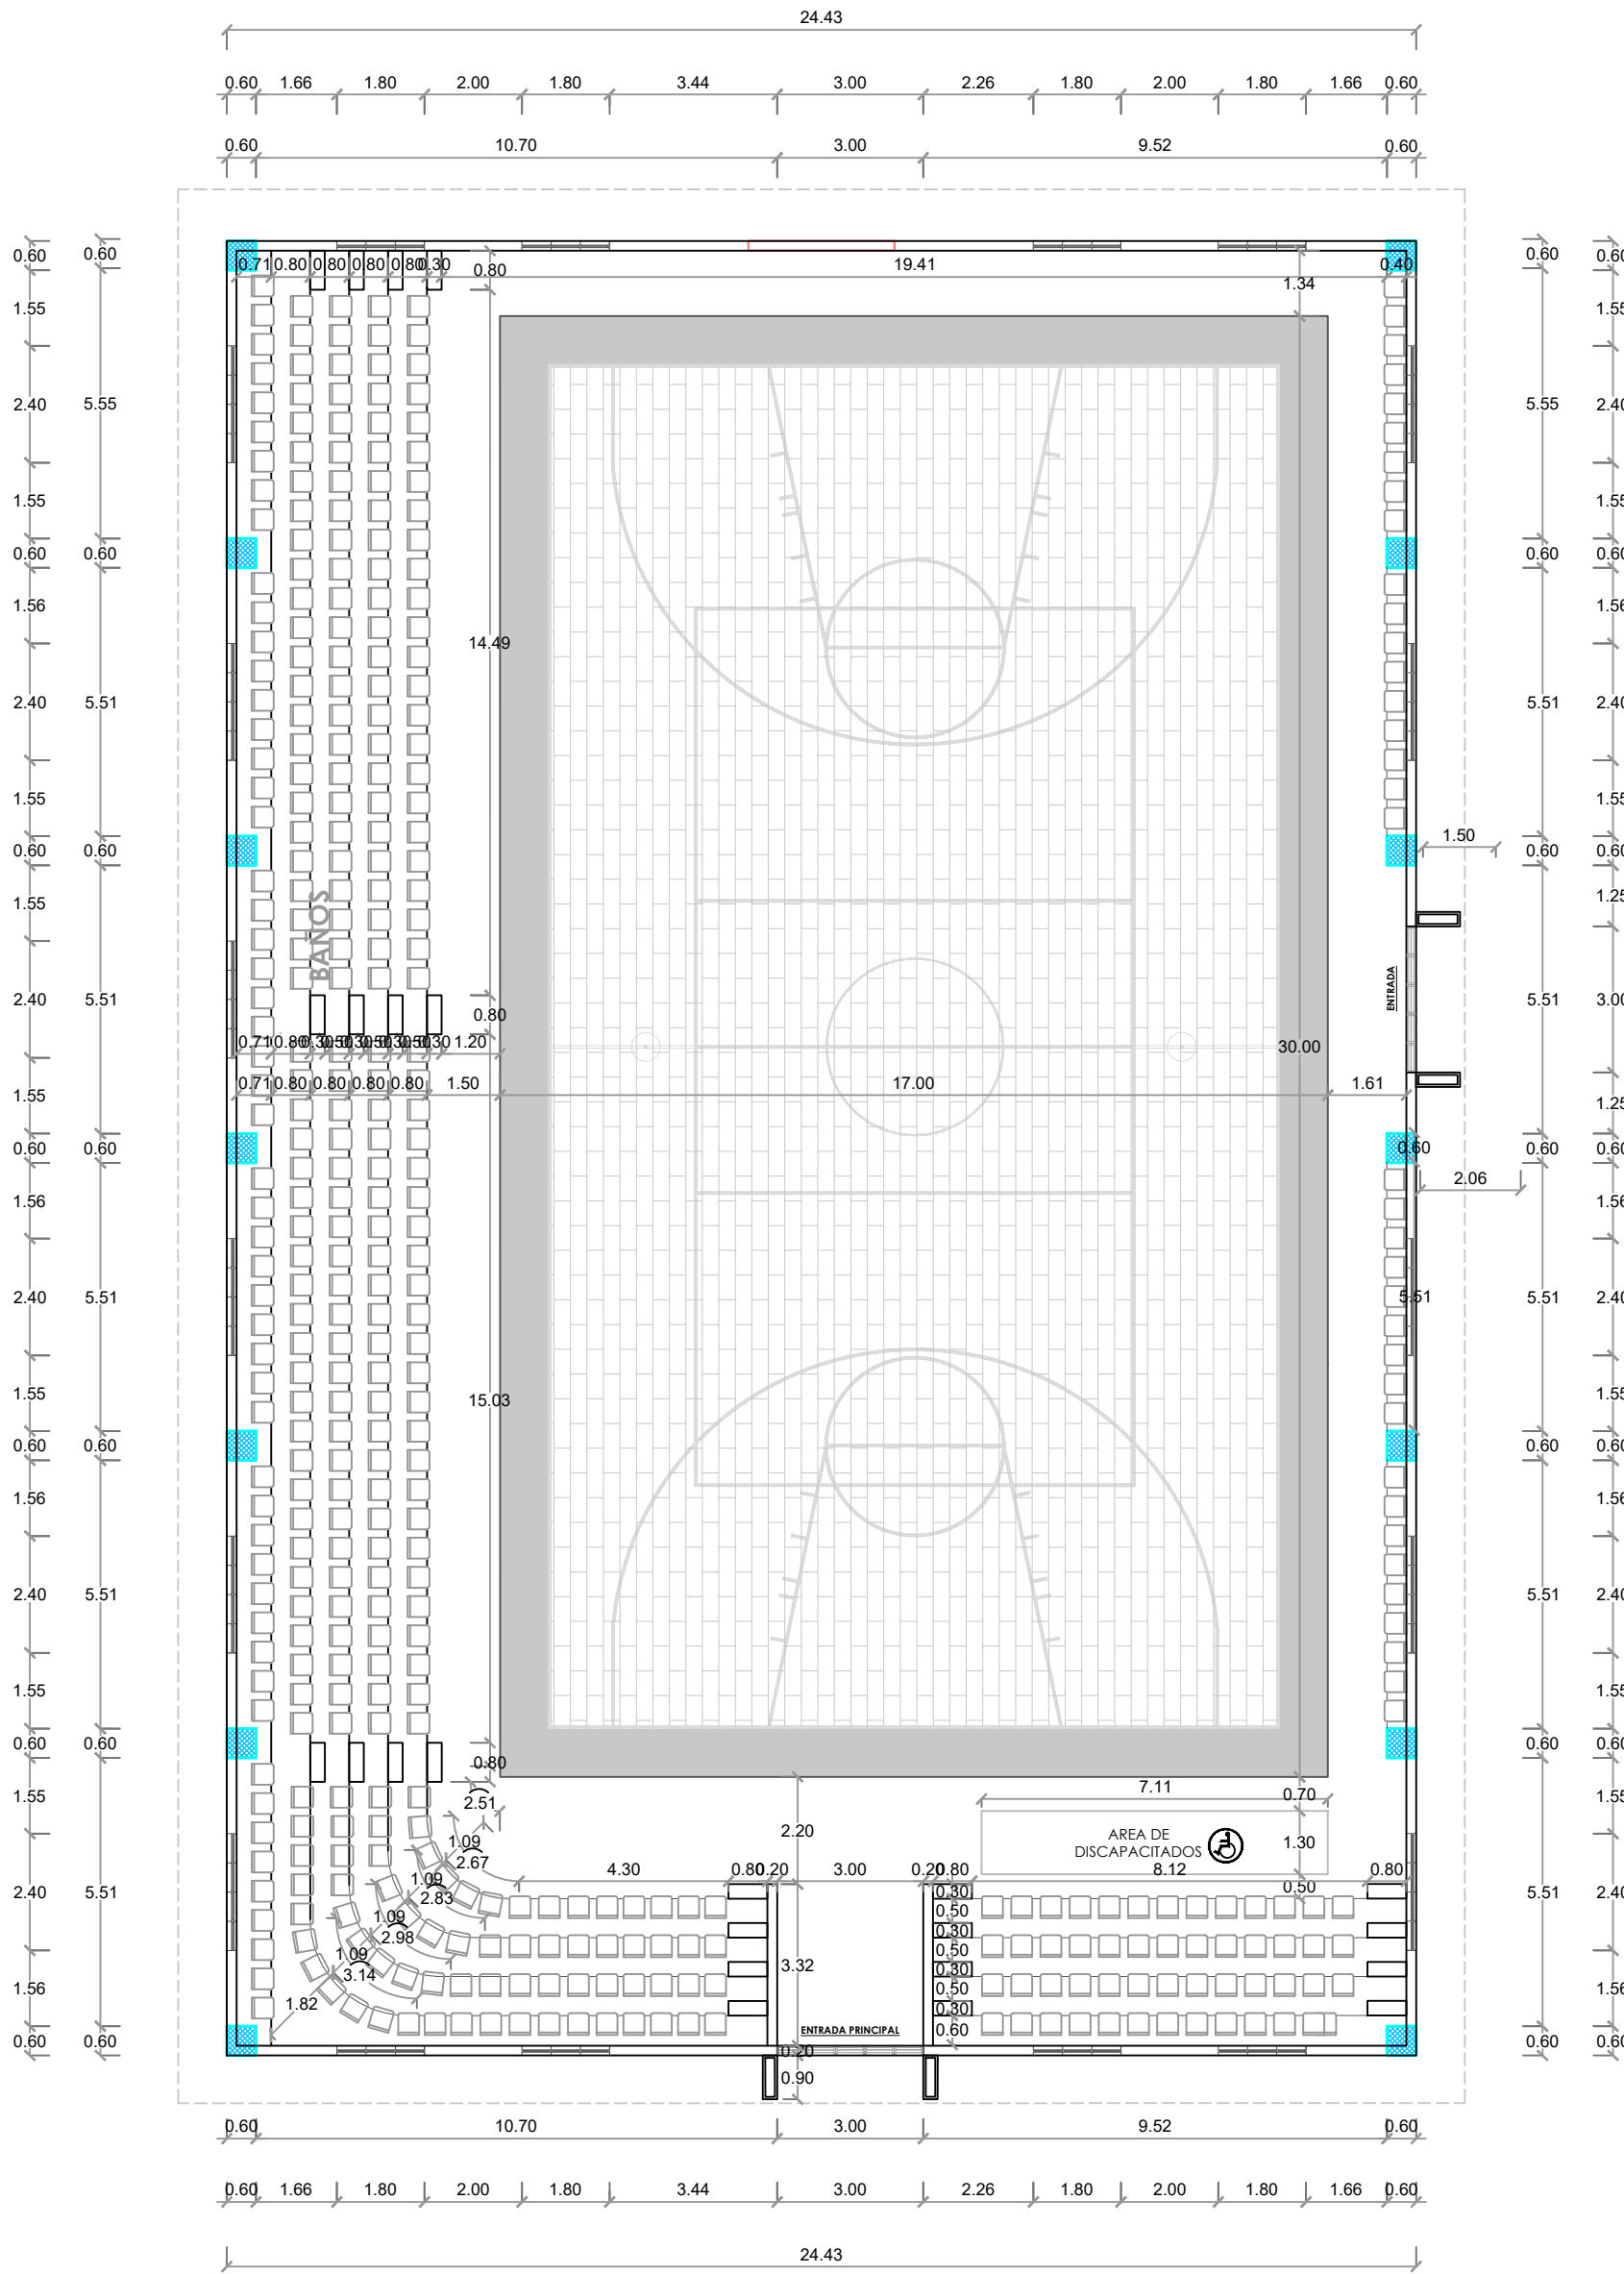

PLANTA DIMENSIONADA - POLIDEPORTIVO

ESC. 1:150

*NOTA: ESTOS PLANOS PUEDEN SER MODIFICADOS Y/O ADECUADOS EN CAMPO.

PROYECTO:

**CONT. POLIDEPORTIVO LAS
BARIAS, BANI, PERAVIA**
Republica Dominicana

EQUIPO DE TRABAJO:

DISEÑO ARQUITECTÓNICO
ARQ. _____
codia 00000 _____

ENC. INGENIERÍA
ING. FIOR DALIZA BONIFACIO
codia 00000 _____

ESTRUCTURAL
ING. _____
codia 00000 _____

ELÉCTRICO
ING. JUAN PEREZ
codia 00000 _____

HIDRO-SANITARIO
ING. FRANCIS ESTEVEZ
codia 00000 _____

SELLO DE APROBACIÓN:

FECHA: _____

CONTENIDO:

PLANTA DE PISOS

ESCALA:

1:150

SEPTIEMBRE 2026

NO. PÁGINA:

007



 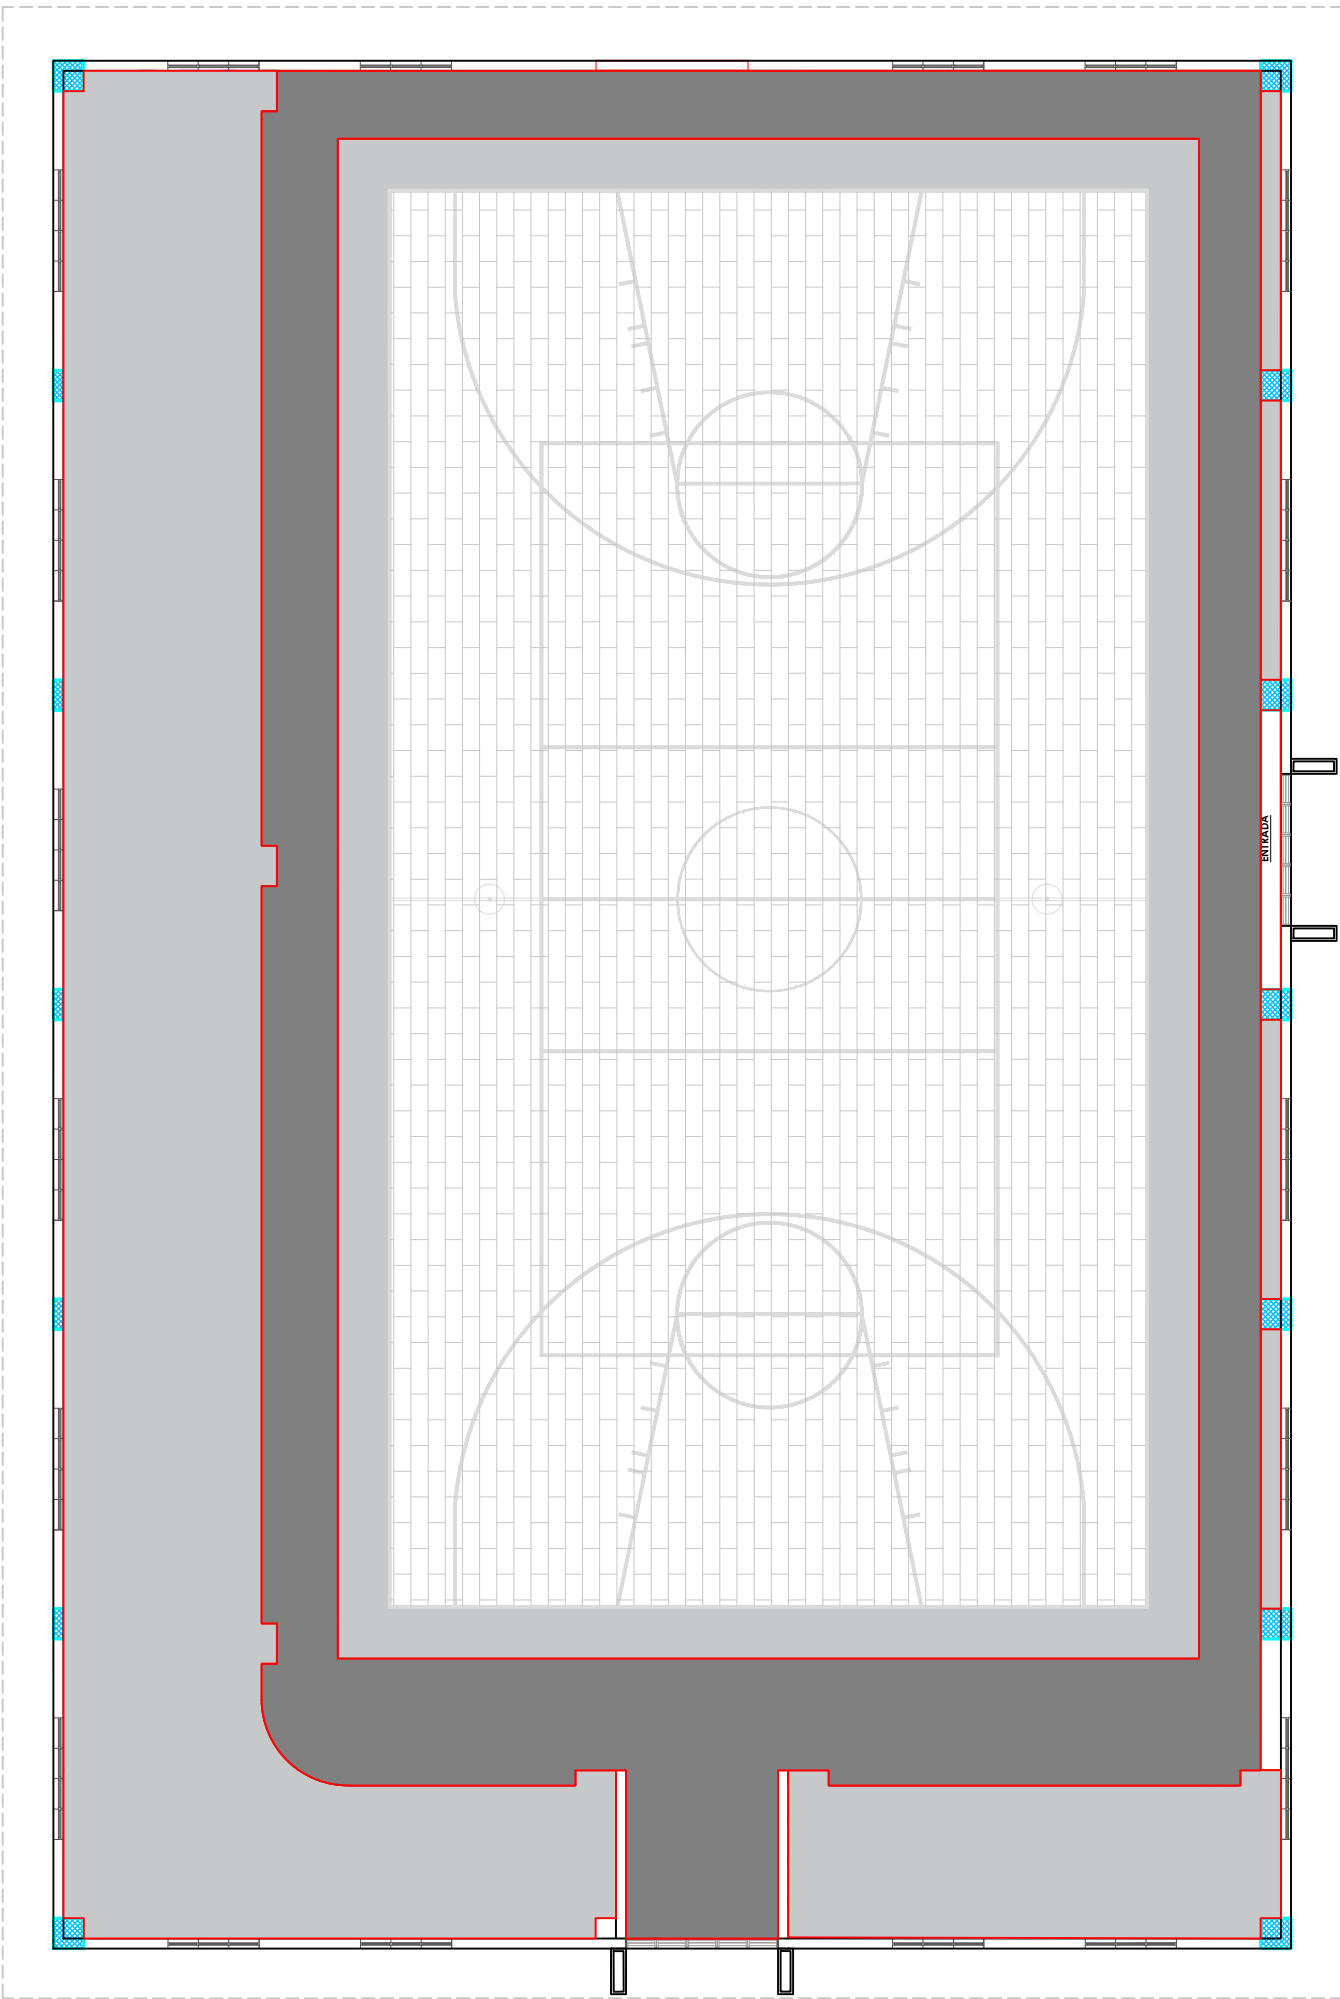


TABLA DE PISOS			
Simbología	Nombre piso	Dimensión	Metros cuadrados
	Hormigón pulido	-	164.16 m²
	Tabloncillo en madera, engomado.	17 X 30 MT.	510 m²
	Gradas: Recubrir el Hormigón pulido con pintura de pisos epóxica color gris perla - pinturas popular	-	204.83 m²

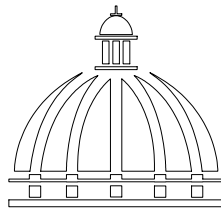

GOBIERNO DE LA
REPÚBLICA DOMINICANA

DIRECCIÓN DE DESARROLLO
PROVINCIAL
DDP

Ave. Dr. Delgado, Esq. Moises García,
Gazcue, Sto. Dgo., R.D.
TEL.: (809)-364-2189 | FAX.: (809)- 688-1665
E-Mail: info@cpadp.gob.do

PROYECTO:
**CONT. POLIDEPORTIVO LAS
BARIAS, BANI, PERAVIA**
Republica Dominicana

EQUIPO DE TRABAJO:
DISEÑO ARQUITECTÓNICO
ARQ. _____
codia 00000

ENC. INGENIERÍA
ING. FIOR DALIZA BONIFACIO
codia 00000

ESTRUCTURAL
ING. _____
codia 00000

ELÉCTRICO
ING. JUAN PEREZ
codia 00000

HIDRO-SANITARIO
ING. FRANCIS ESTEVEZ
codia 00000

SELLO DE APROBACIÓN:

FECHA: _____

CONTENIDO:
**PLANTA PUERTAS Y
VENTANAS**

ESCALA:
1:150

SEPTIEMBRE 2026

NO. PÁGINA:
008


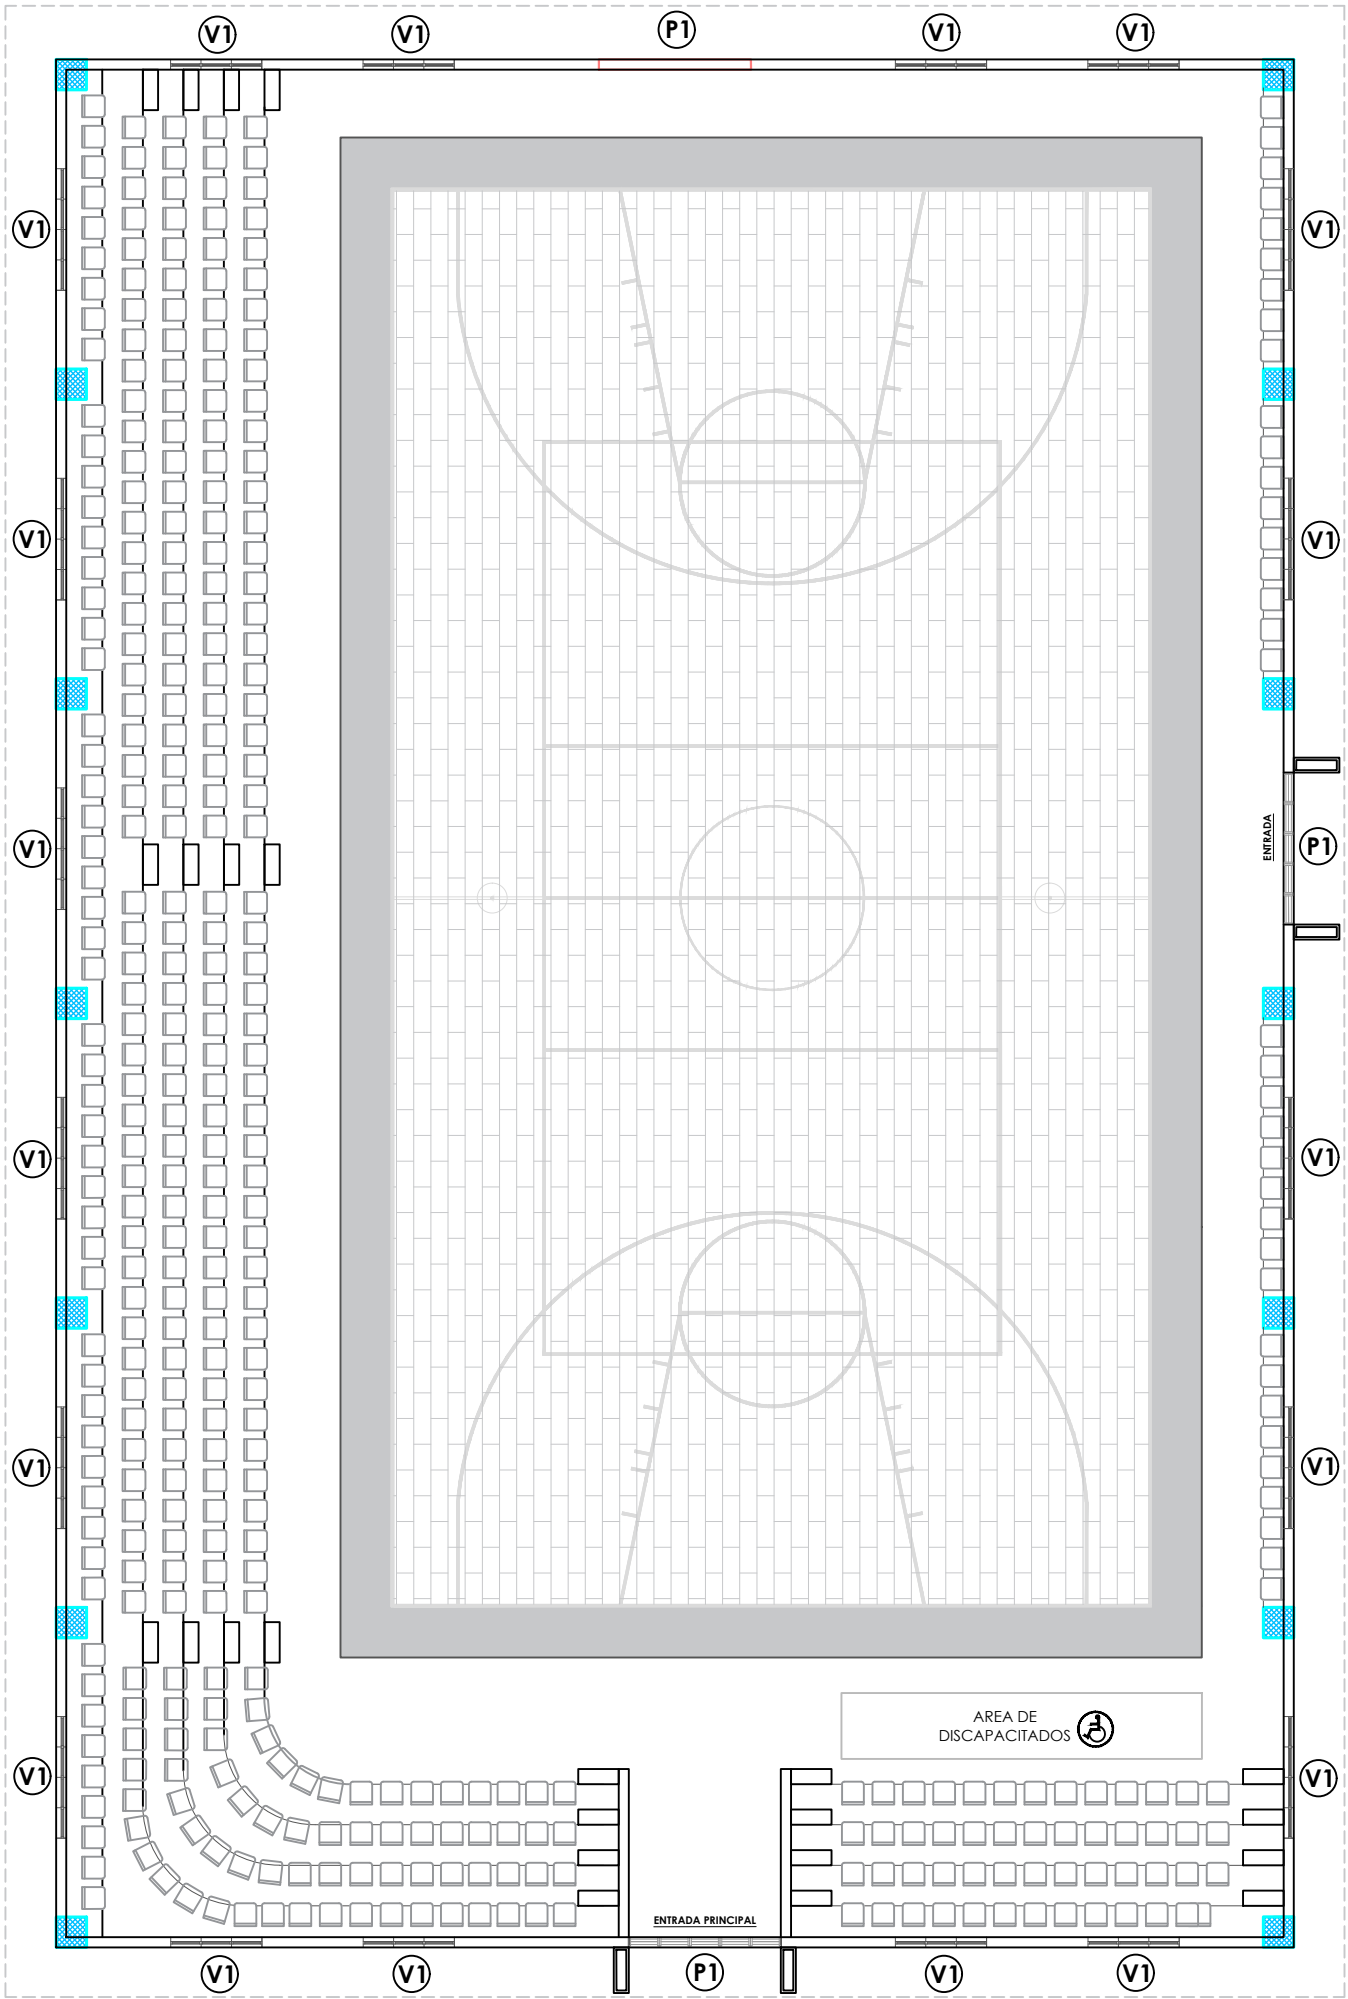


TABLA DE PUERTAS						
No.	Tipo	Ancho	Altura	Material	Observaciones	Cantidad
P1	Enrollable	3.00	3.00	Aluminio	2 fachada frontal, 2 lat. izq. y 1 pasillo baños.	3
P2	Abatible	1.00	2.10	Polimetálica	Blanca	-
P3	Abatible	0.80	2.10	Polimetálica	Blanca	-
						Total: 3


TABLA DE VENTANAS						
No.	Tipo	Medidas	Alfeizar	Material	Observaciones	Cant.
V1	Proyectada	0.60 x 0.60	3.75	Vidrio y aluminio	En polideportivo	68
V1	Proyectada	0.60 x 0.60	1.90	Vidrio y aluminio	En Baños	-
						Total: 68

 *NOTA: ESTOS PLANOS PUEDEN SER MODIFICADOS Y/O ADECUADOS EN CAMPO.




PLANTA DE PUERTAS Y VENTANAS - POLIDEPORTIVO

ESC. 1:150

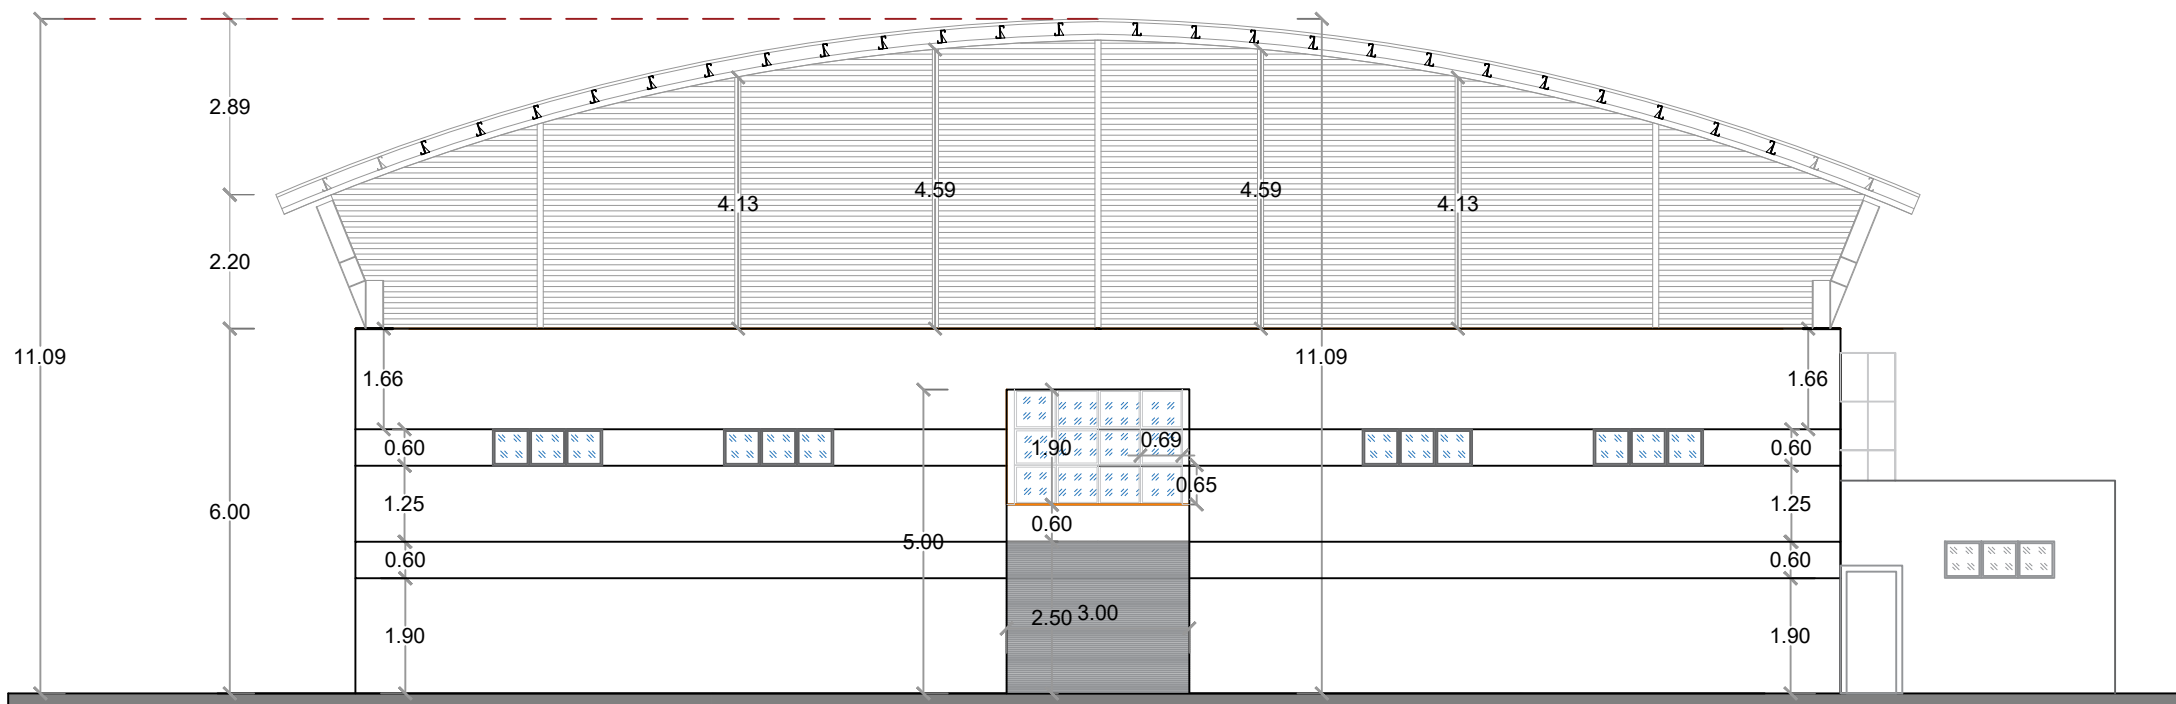

ELEVACIÓN FRONTAL


ESC. 1:125

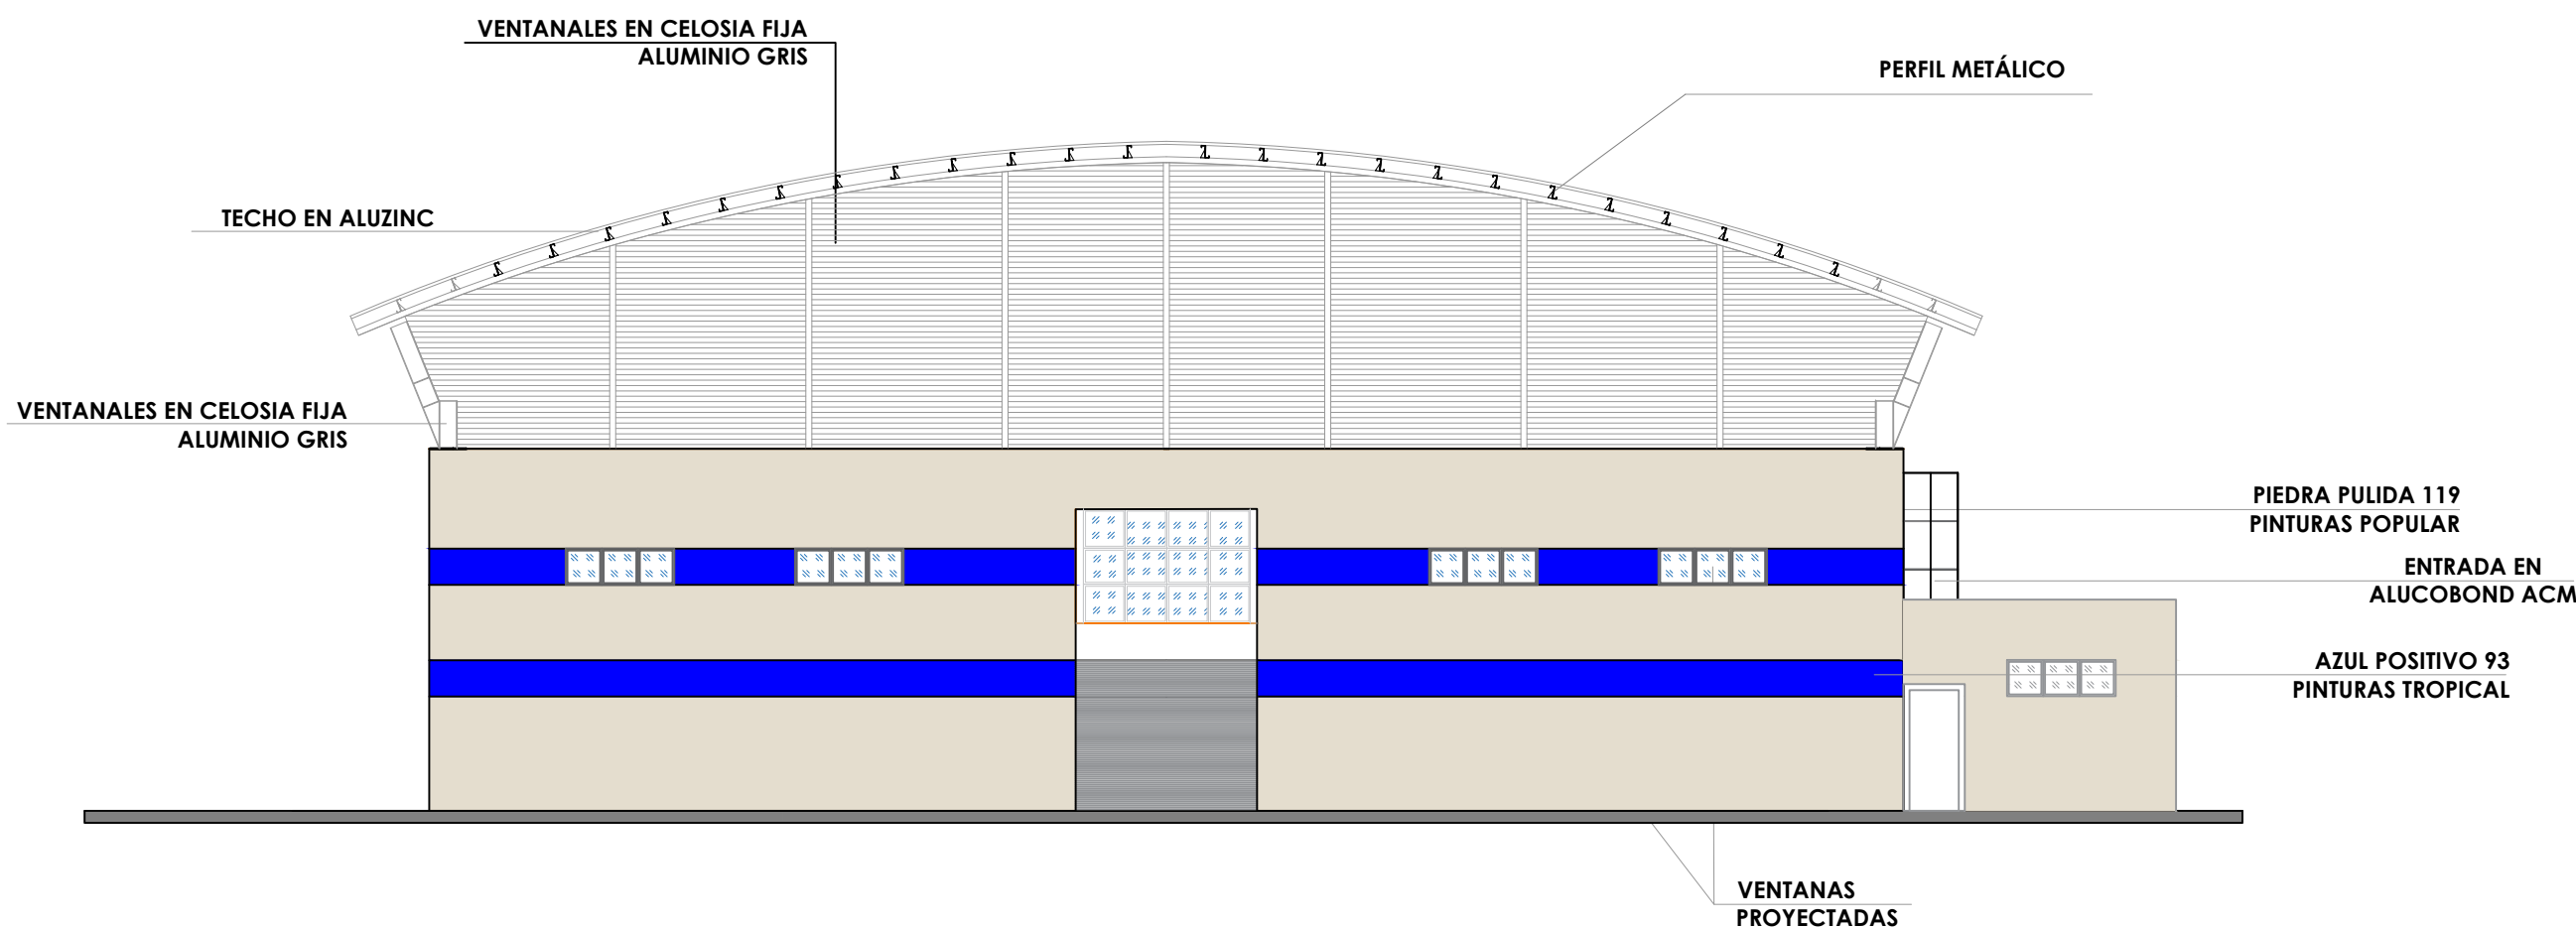

ELEVACIÓN FRONTAL CON TECNICA

ESC. 1:125

***NOTA: ESTOS PLANOS PUEDEN SER MODIFICADOS Y/O ADECUADOS EN CAMPO.**

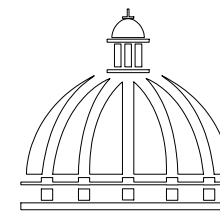

GOBIERNO DE LA
REPÚBLICA DOMINICANA

DIRECCIÓN DE DESARROLLO
PROVINCIAL
DDP

Ave. Dr. Delgado, Esq. Moisés García,
Gazcue, Sto. Dgo., R.D.
TEL.: (809)-364-2189 | FAX.: (809)- 688-1665
E-Mail: info@cpadp.gob.do

PROYECTO:

**CONT. POLIDEPORTIVO LAS
BARIAS, BANI, PERAVIA**
Republica Dominicana

EQUIPO DE TRABAJO:

DISEÑO ARQUITECTÓNICO
ARQ.

codia 00000

ENC. INGENIERÍA
ING. FIOR DALIZA BONIFACIO
codia 00000

ESTRUCTURAL
ING.

codia 00000

ELÉCTRICO
ING. JUAN PEREZ
codia 00000

HIDRO-SANITARIO
ING. FRANCIS ESTEVEZ
codia 00000

SELLO DE APROBACIÓN:

FECHA:

CONTENIDO:


ELEVACIONES

ESCALA: **1:125**

SEPTIEMBRE 2026

NO. PÁGINA:

009

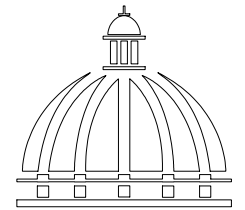

GOBIERNO DE LA
REPÚBLICA DOMINICANA

DIRECCIÓN DE DESARROLLO
PROVINCIAL
DDP

Ave. Dr. Delgado, Esq. Moises García,
Gazcue, Sto. Dgo., R.D.
TEL.: (809)-364-2189 | FAX.: (809)- 688-1665
E-Mail: info@cpadp.gob.do

PROYECTO:

**CONT. POLIDEPORTIVO LAS
BARIAS, BANI, PERAVIA**
Republica Dominicana

EQUIPO DE TRABAJO:

DISEÑO ARQUITECTÓNICO
ARQ.

codia 00000

ENC. INGENIERÍA
ING. FIOR DALIZA BONIFACIO
codia 00000

ESTRUCTURAL
ING.

codia 00000

ELÉCTRICO
ING. JUAN PEREZ
codia 00000

HIDRO-SANITARIO
ING. FRANCIS ESTEVEZ
codia 00000

SELLO DE APROBACIÓN:

FECHA:

CONTENIDO:



ELEVACIONES

ESCALA: **1:125**

SEPTIEMBRE 2026



NO. PÁGINA:

010

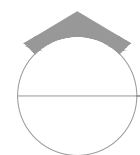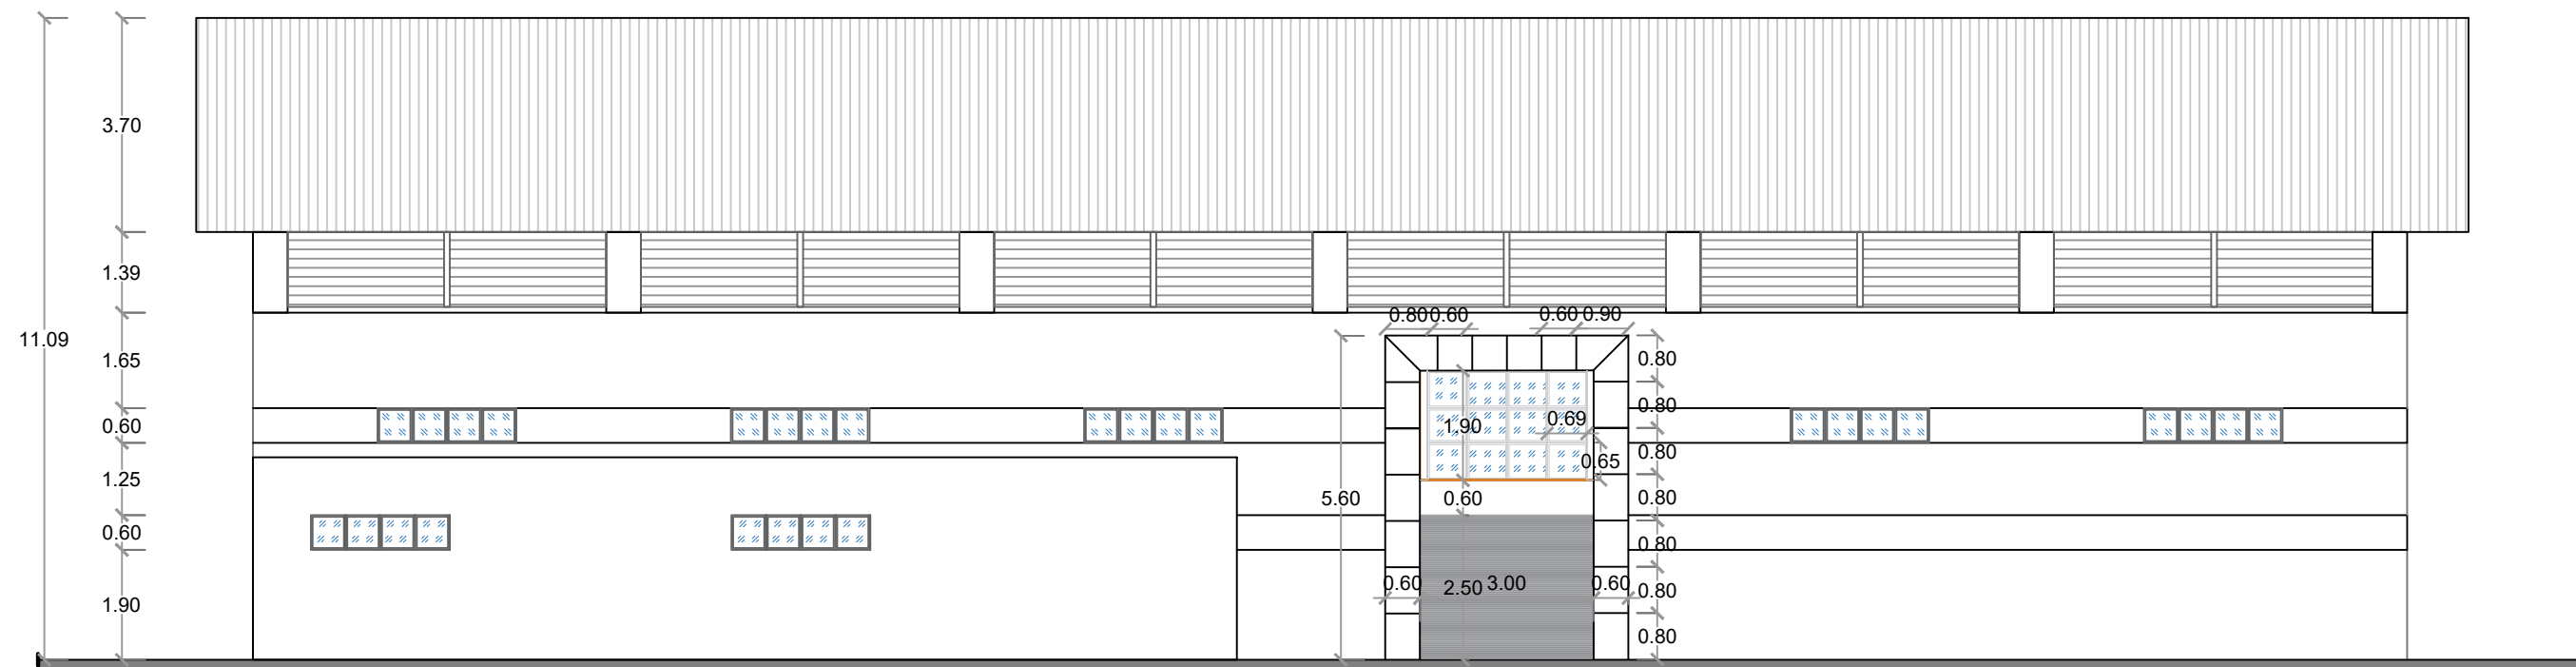

ELEVACIÓN LATERAL IZQUIERDA


ESC. 1:125

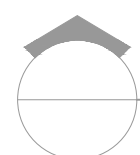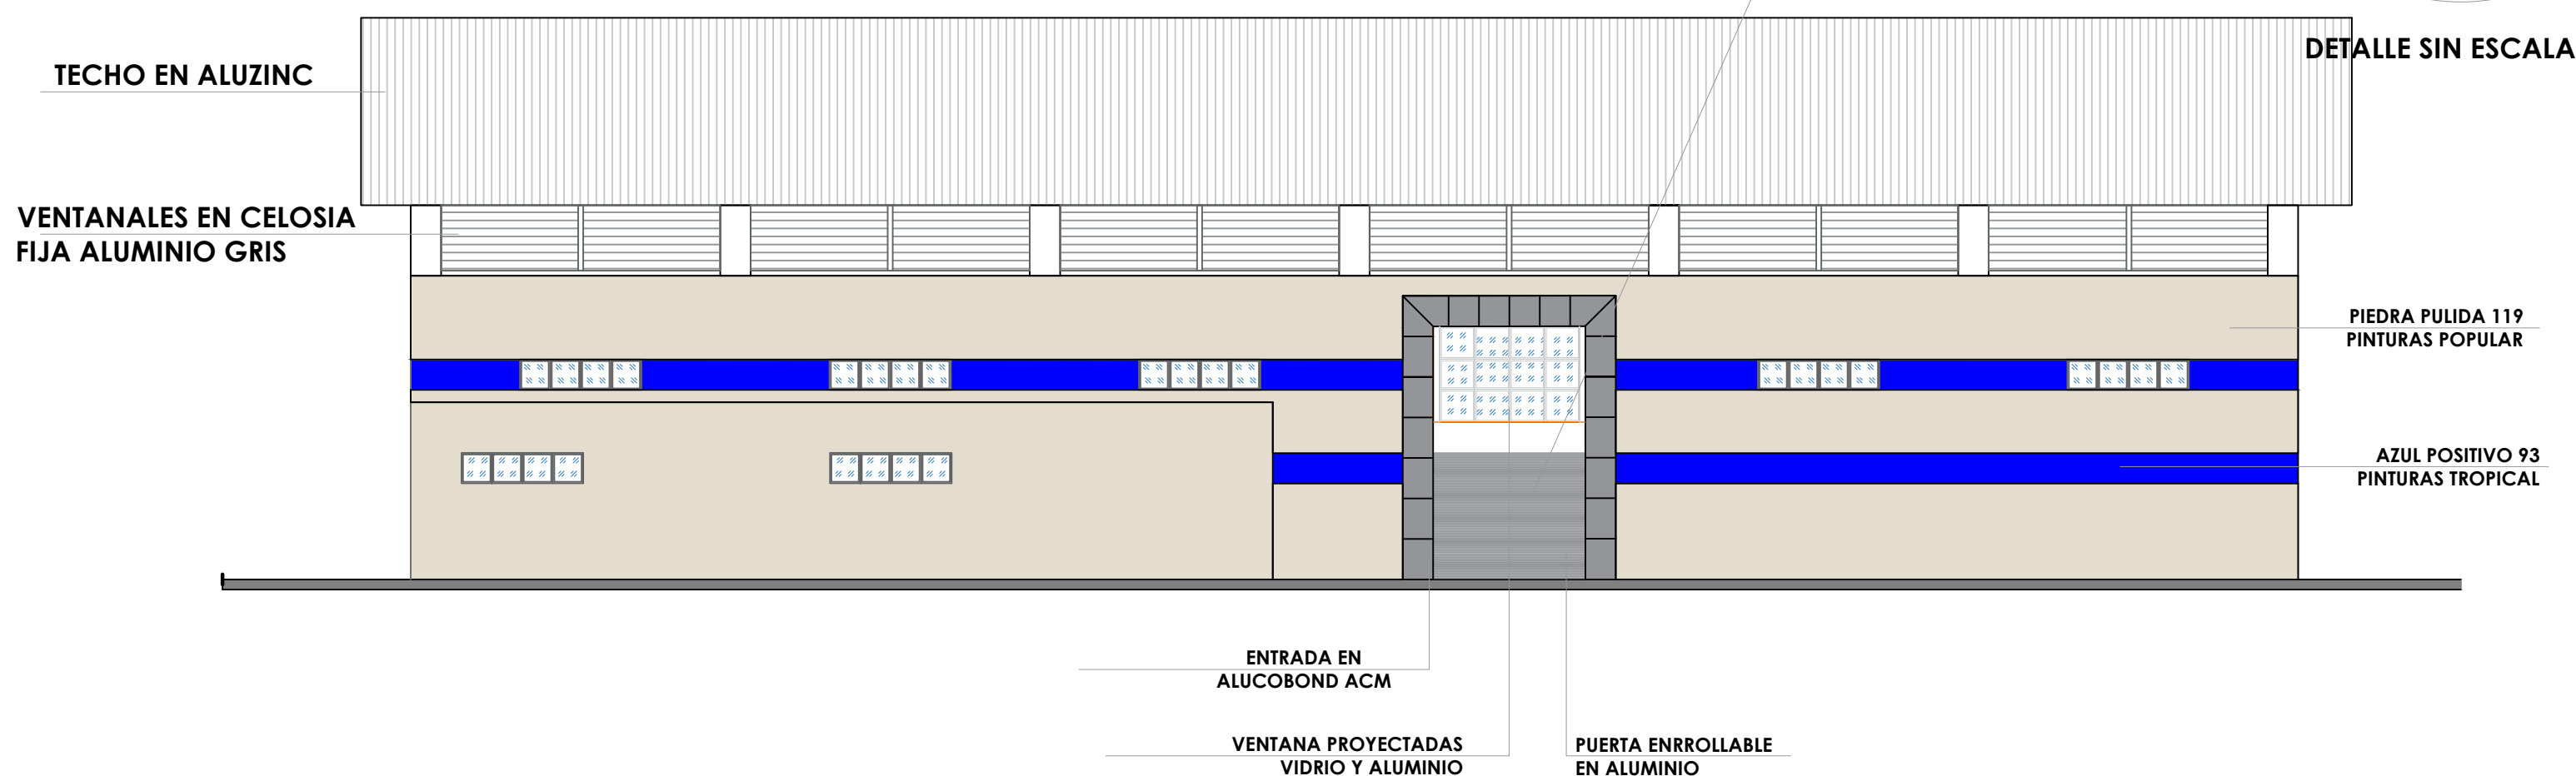

ELEVACIÓN LATERAL IZQUIERDA CON TÉCNICA

ESC. 1:125

***NOTA: ESTOS PLANOS PUEDEN SER MODIFICADOS
Y/O ADECUADOS EN CAMPO.**

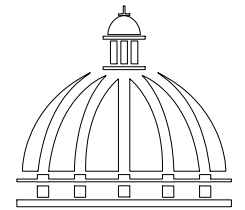

GOBIERNO DE LA
REPÚBLICA DOMINICANA

DIRECCIÓN DE DESARROLLO
PROVINCIAL
DDP

Ave. Dr. Delgado, Esq. Moises García,
Gazcue, Sto. Dgo., R.D.
TEL.: (809)-364-2189 | FAX.: (809)- 688-1665
E-Mail: info@cpadp.gob.do

PROYECTO:

**CONT. POLIDEPORTIVO LAS
BARIAS, BANI, PERAVIA**
Republica Dominicana

EQUIPO DE TRABAJO:

DISEÑO ARQUITECTÓNICO
ARQ.

codia 00000

ENC. INGENIERÍA
ING. FIOR DALIZA BONIFACIO
codia 00000

ESTRUCTURAL
ING.

codia 00000

ELÉCTRICO
ING. JUAN PEREZ
codia 00000

HIDRO-SANITARIO
ING. FRANCIS ESTEVEZ
codia 00000

SELLO DE APROBACIÓN:

FECHA:

CONTENIDO:


ELEVACIONES

ESCALA: **1:125**

SEPTIEMBRE 2026



NO. PÁGINA:

011

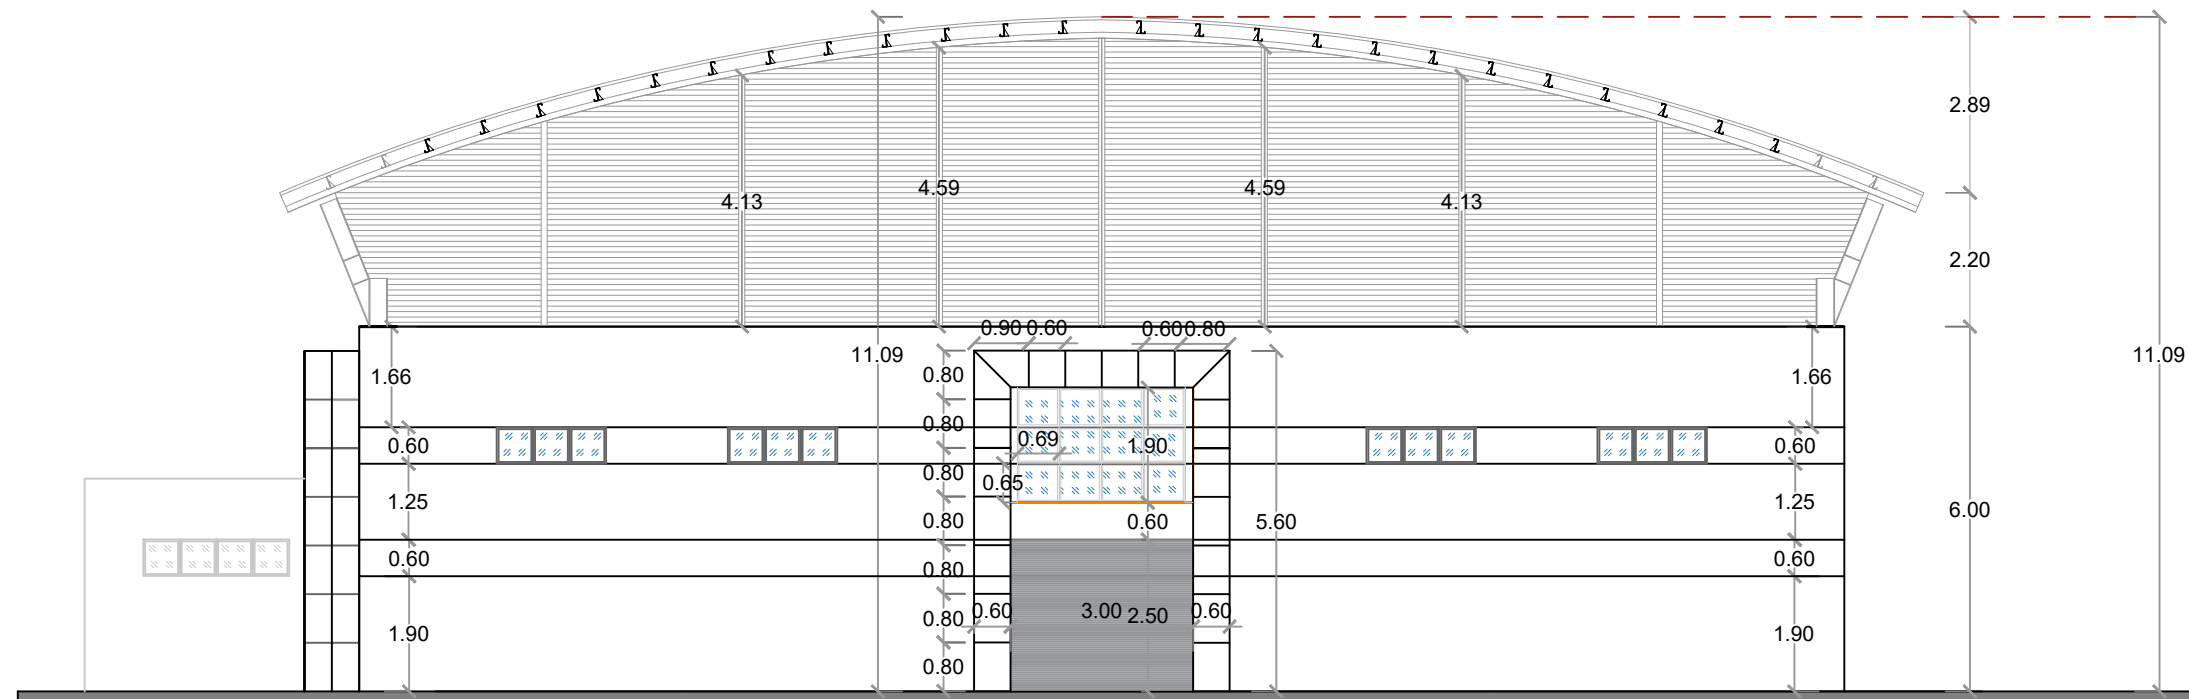

ELEVACIÓN POSTERIOR


ESC. 1:125

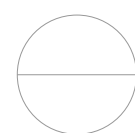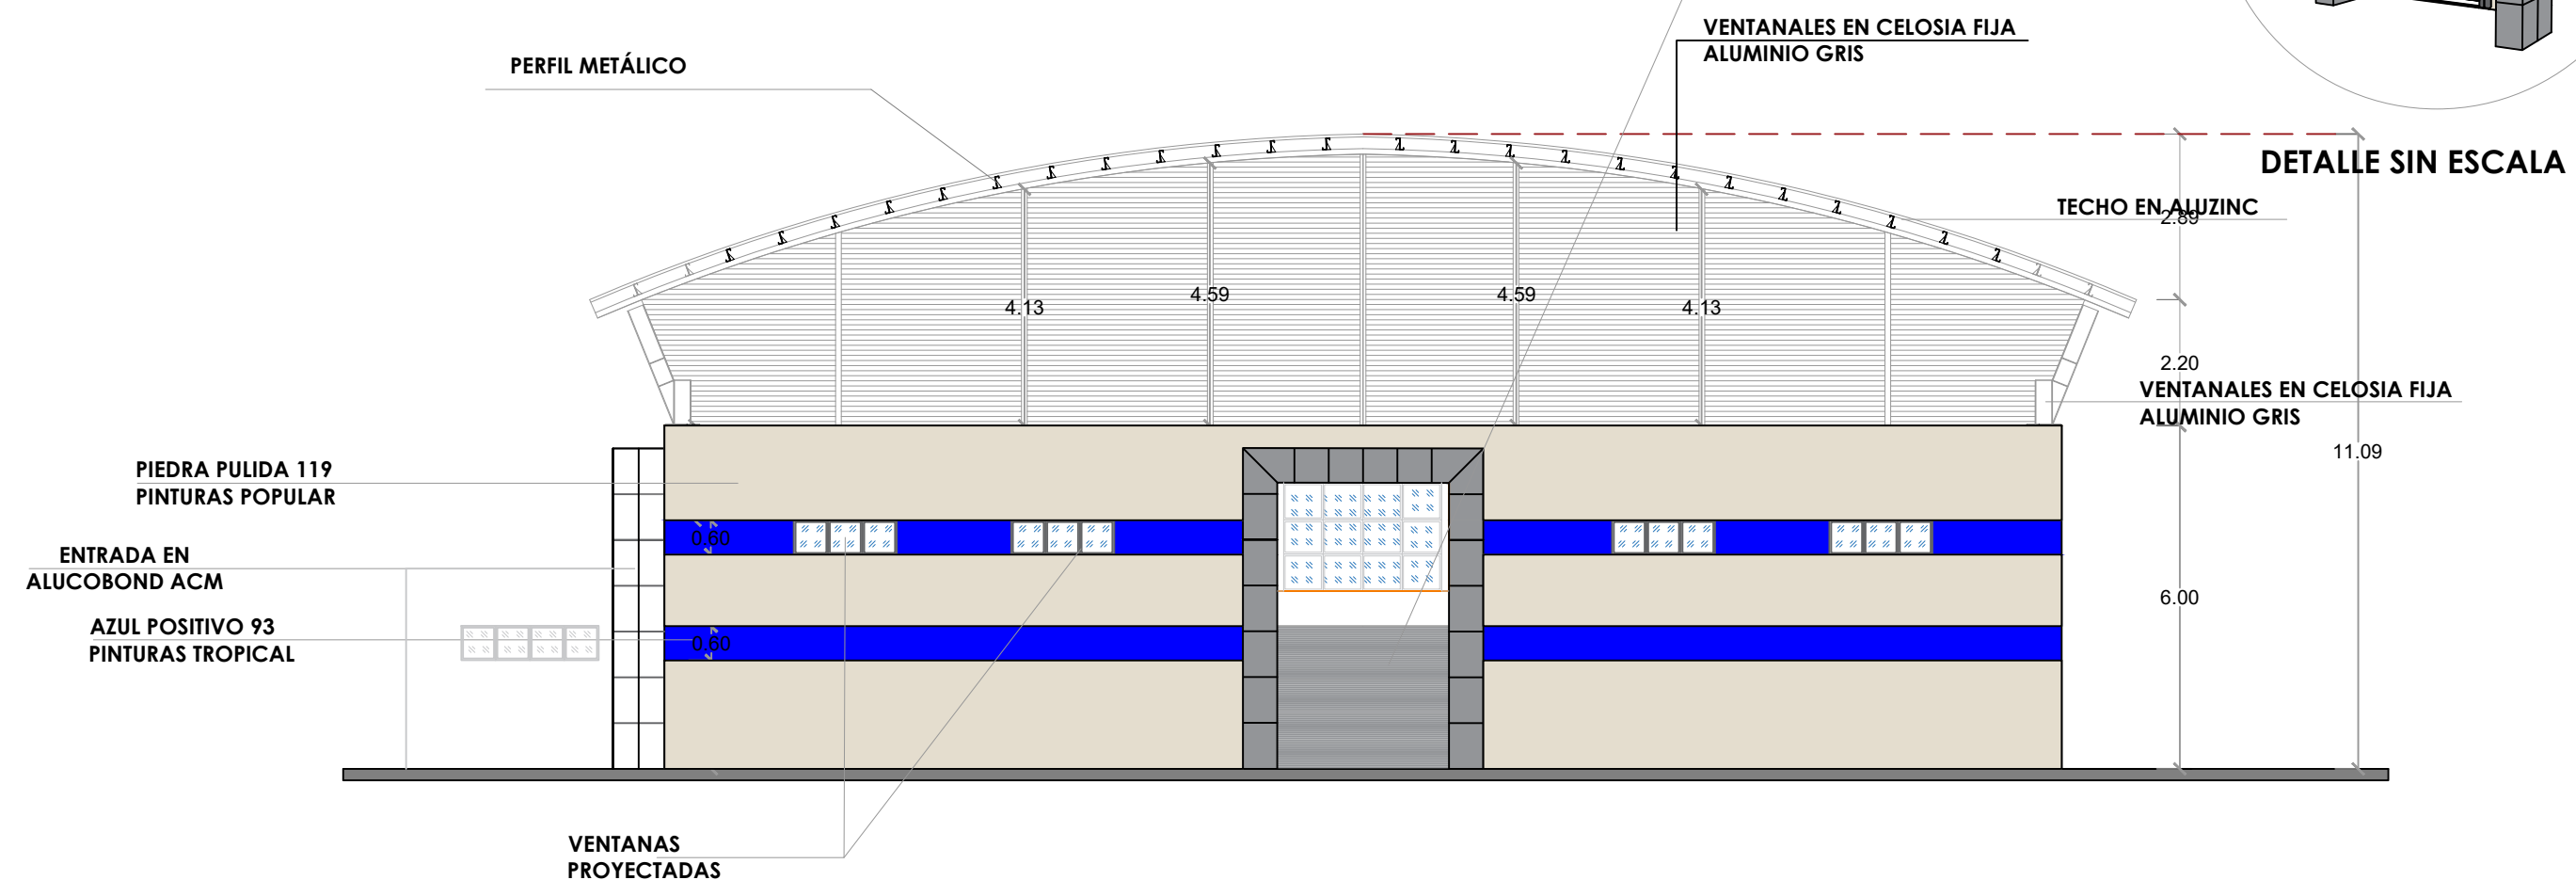

ELEVACIÓN POSTERIOR CON TÉCNICA



ESC. 1:125

***NOTA: ESTOS PLANOS PUEDEN SER MODIFICADOS
Y/O ADECUADOS EN CAMPO.**

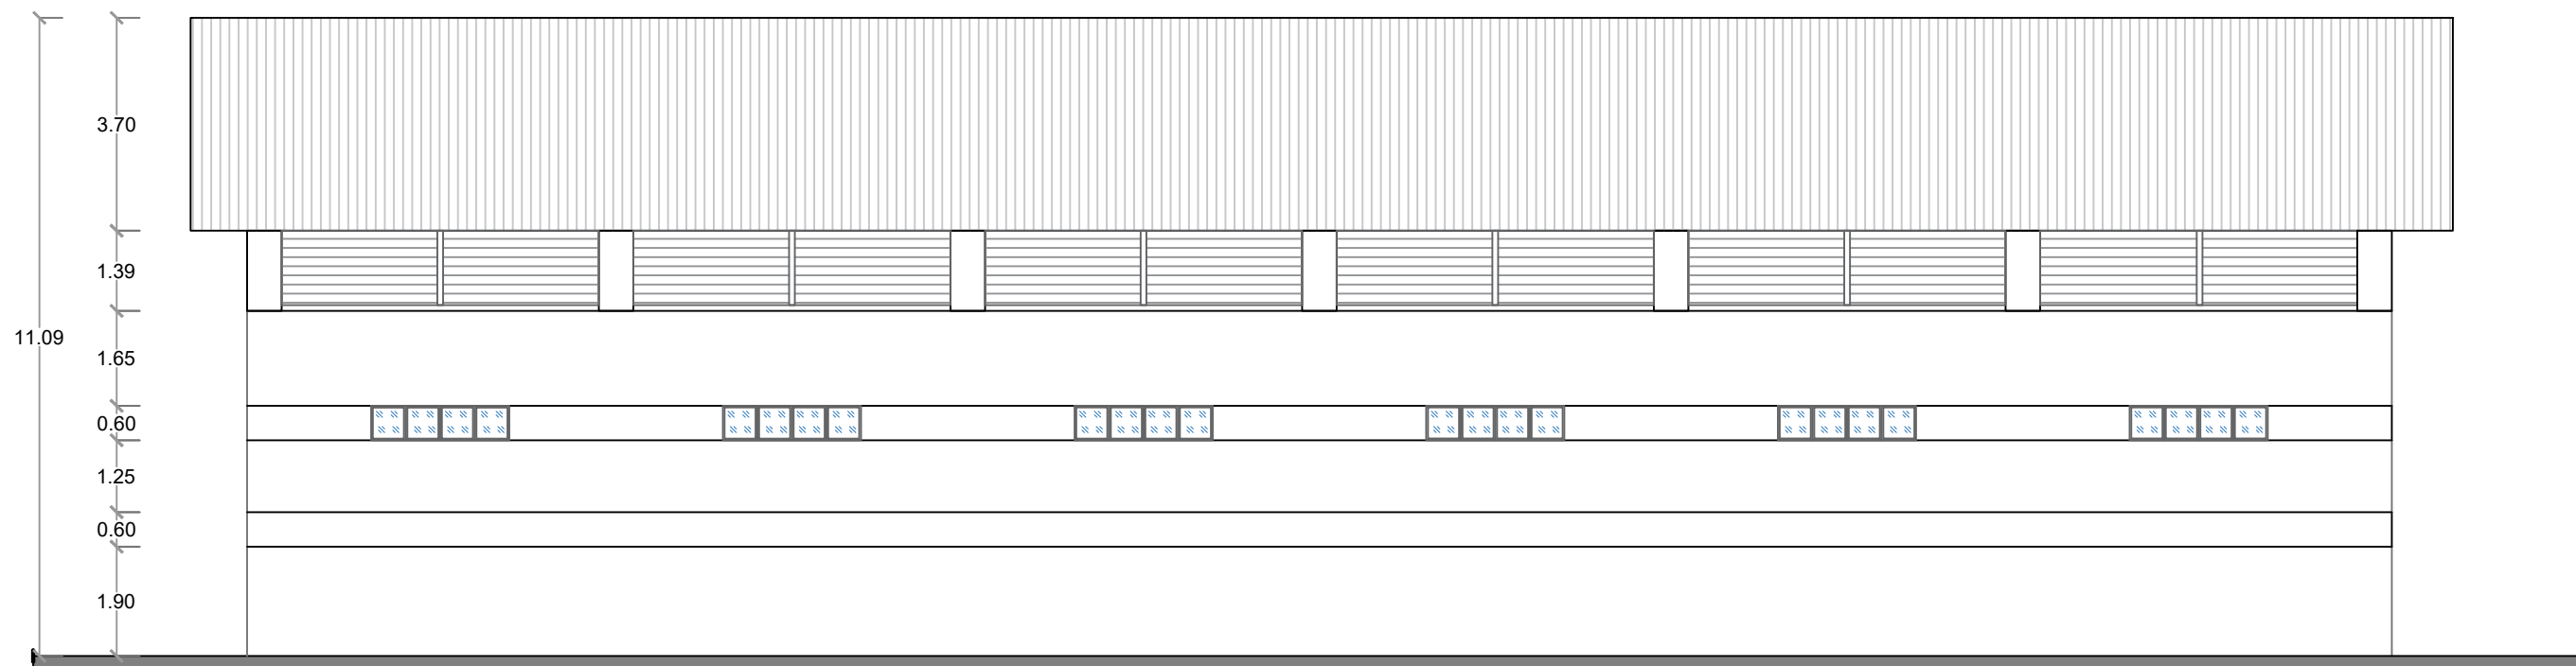

ELEVACIÓN LATERAL DERECHO


ESC. 1:125

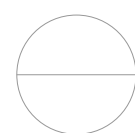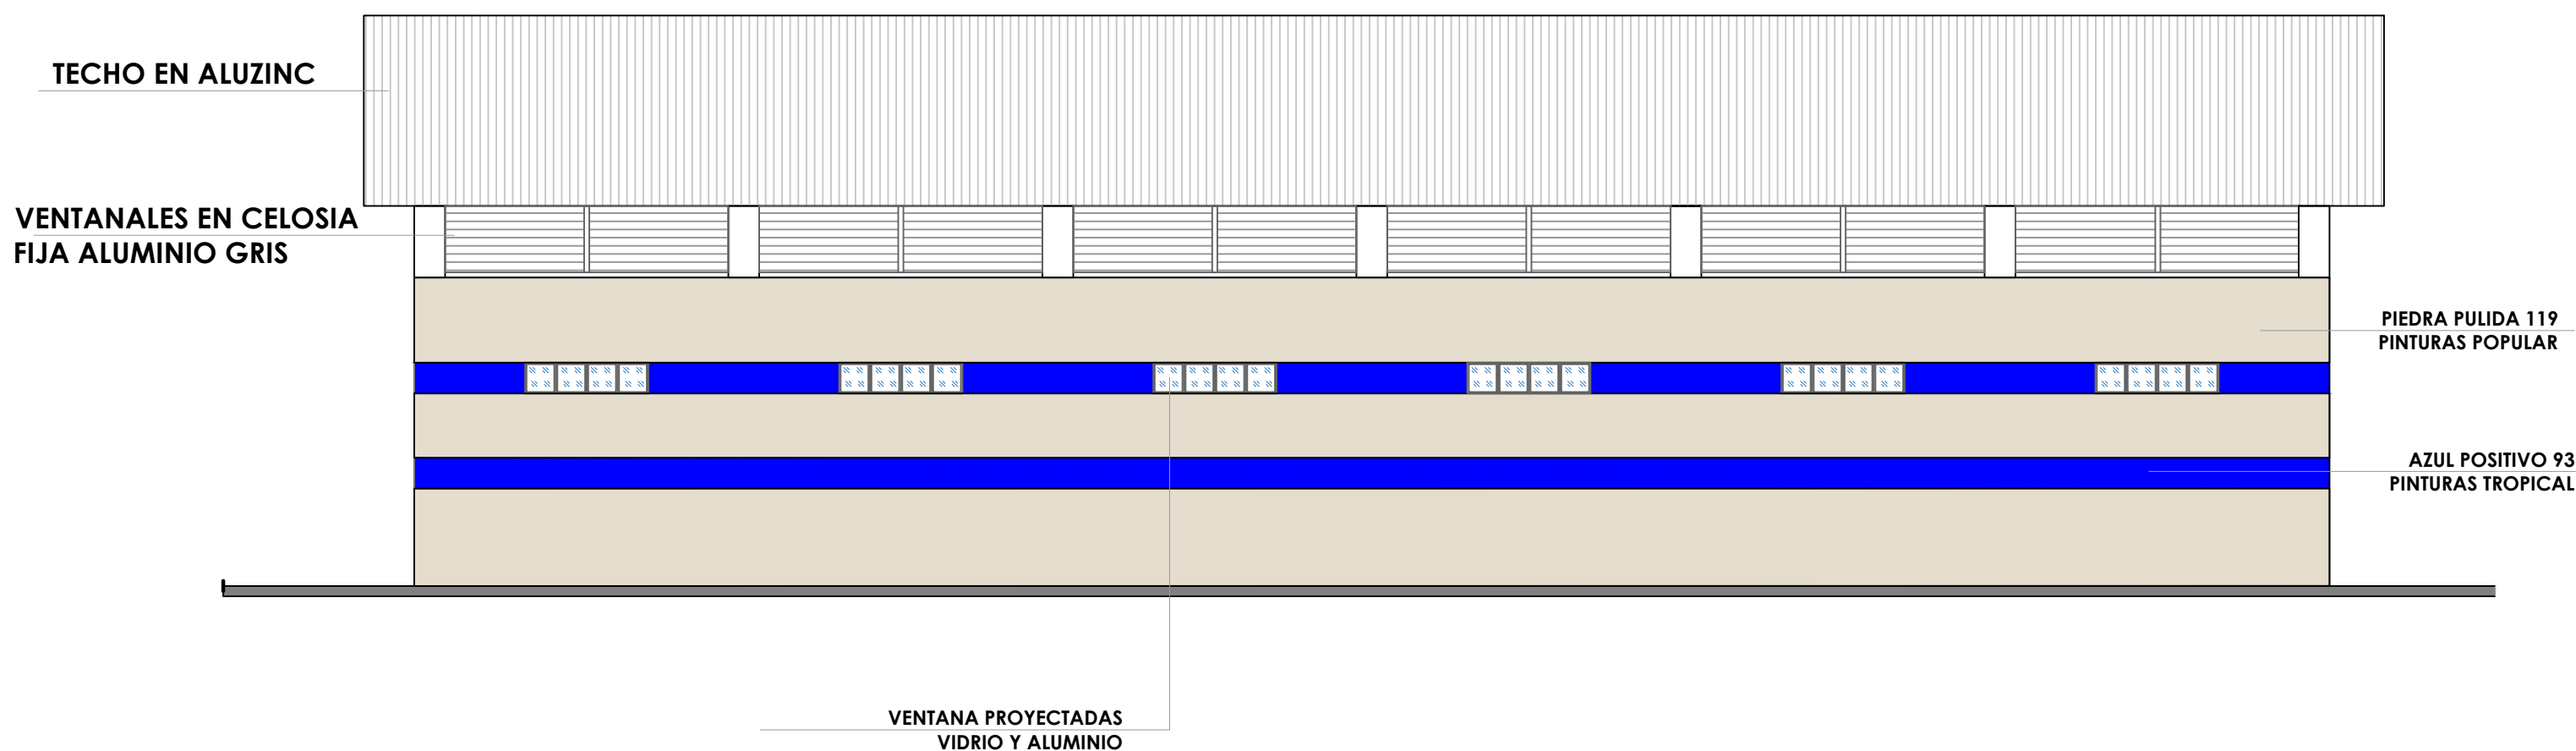

ELEVACIÓN LATERAL DERECHO CON TÉCNICA

ESC. 1:125

***NOTA: ESTOS PLANOS PUEDEN SER MODIFICADOS Y/O ADECUADOS EN CAMPO.**

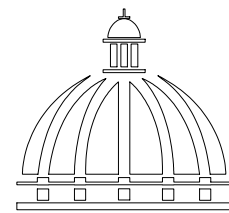

**GOBIERNO DE LA
REPÚBLICA DOMINICANA**

**DIRECCIÓN DE DESARROLLO
PROVINCIAL
DDP**

Ave. Dr. Delgado, Esq. Moisés García,
Gazcue, Sto. Dgo., R.D.
TEL.: (809)-364-2189 | FAX.: (809)- 688-1665
E-Mail: info@cpadp.gob.do

PROYECTO:

**CONT. POLIDEPORTIVO LAS
BARIAS, BANI, PERAVIA**
Republica Dominicana

EQUIPO DE TRABAJO:

DISEÑO ARQUITECTÓNICO
ARQ.

codia 00000

ENC. INGENIERÍA

ING. FIOR DALIZA BONIFACIO

codia 00000

ESTRUCTURAL

ING.

codia 00000

ELÉCTRICO

ING. JUAN PEREZ

codia 00000

HIDRO-SANITARIO

ING. FRANCIS ESTEVEZ

codia 00000

SELLO DE APROBACIÓN:

FECHA:

CONTENIDO:

ELEVACIONES


ESCALA:

1:125

SEPTIEMBRE 2026

NO. PÁGINA:

012

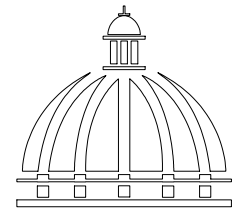

GOBIERNO DE LA
REPÚBLICA DOMINICANA

DIRECCIÓN DE DESARROLLO
PROVINCIAL
DDP

Ave. Dr. Delgado, Esq. Moises García,
Gazcue, Sto. Dgo., R.D.
TEL.: (809)-364-2189 | FAX.: (809)- 688-1665
E-Mail: info@cpadp.gob.do

PROYECTO:

**CONT. POLIDEPORTIVO LAS
BARIAS, BANI, PERAVIA**
Republica Dominicana

EQUIPO DE TRABAJO:

DISEÑO ARQUITECTÓNICO
ARQ.

codia 00000

ENC. INGENIERÍA
ING. FIOR DALIZA BONIFACIO
codia 00000

ESTRUCTURAL
ING.

codia 00000

ELÉCTRICO
ING. JUAN PEREZ
codia 00000

HIDRO-SANITARIO
ING. FRANCIS ESTEVEZ
codia 00000

SELLO DE APROBACIÓN:

FECHA:

CONTENIDO:


SECCIONES

ESCALA: **1:125**

SEPTIEMBRE 2026



NO. PÁGINA:

013

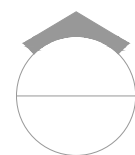

SECCIÓN A-A'


ESC. 1:125

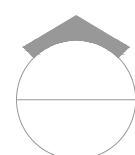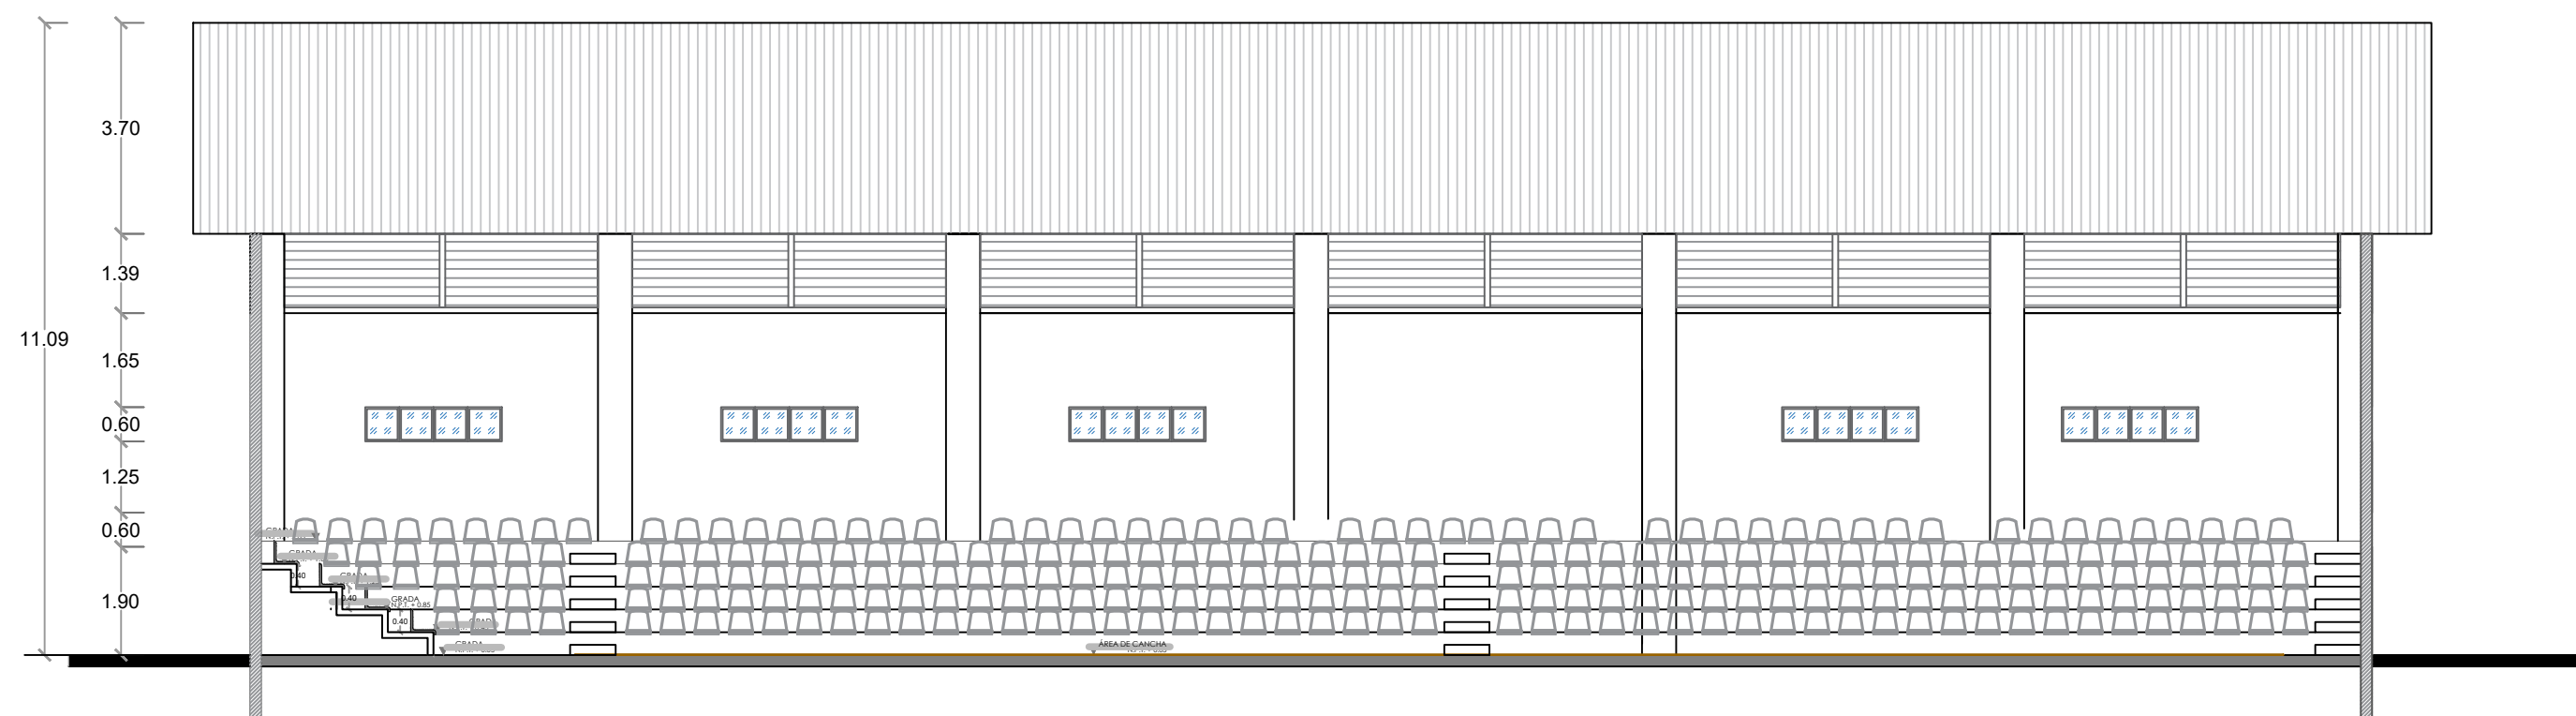

SECCIÓN B-B'

ESC. 1:125

***NOTA: ESTOS PLANOS PUEDEN SER MODIFICADOS
Y/O ADECUADOS EN CAMPO.**

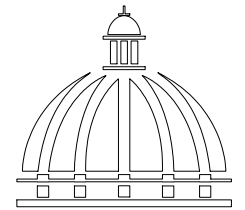

GOBIERNO DE LA
REPÚBLICA DOMINICANA

DIRECCIÓN DE DESARROLLO
PROVINCIAL
DDP

Ave. Dr. Delgado, Esq. Moisés García,
Gazcue, Sto. Dgo., R.D.
TEL.: (809)-364-2189 | FAX.: (809)- 688-1665
E-Mail: info@cpadp.gob.do

PROYECTO:
**CONT. POLIDEPORTIVO LAS
BARIAS, BANI, PERAVIA**
Republica Dominicana

EQUIPO DE TRABAJO:

DISEÑO ARQUITECTÓNICO
ARQ. _____
codia 00000

ENC. INGENIERÍA
ING. FIOR DALIZA BONIFACIO
codia 00000

ESTRUCTURAL
ING. _____
codia 00000

ELÉCTRICO
ING. JUAN PEREZ
codia 00000

HIDRO-SANITARIO
ING. FRANCIS ESTEVEZ
codia 00000

SELLO DE APROBACIÓN:

FECHA: _____

CONTENIDO:


SECCIONES

ESCALA: **1:125**


SEPTIEMBRE 2026

NO. PÁGINA:

014

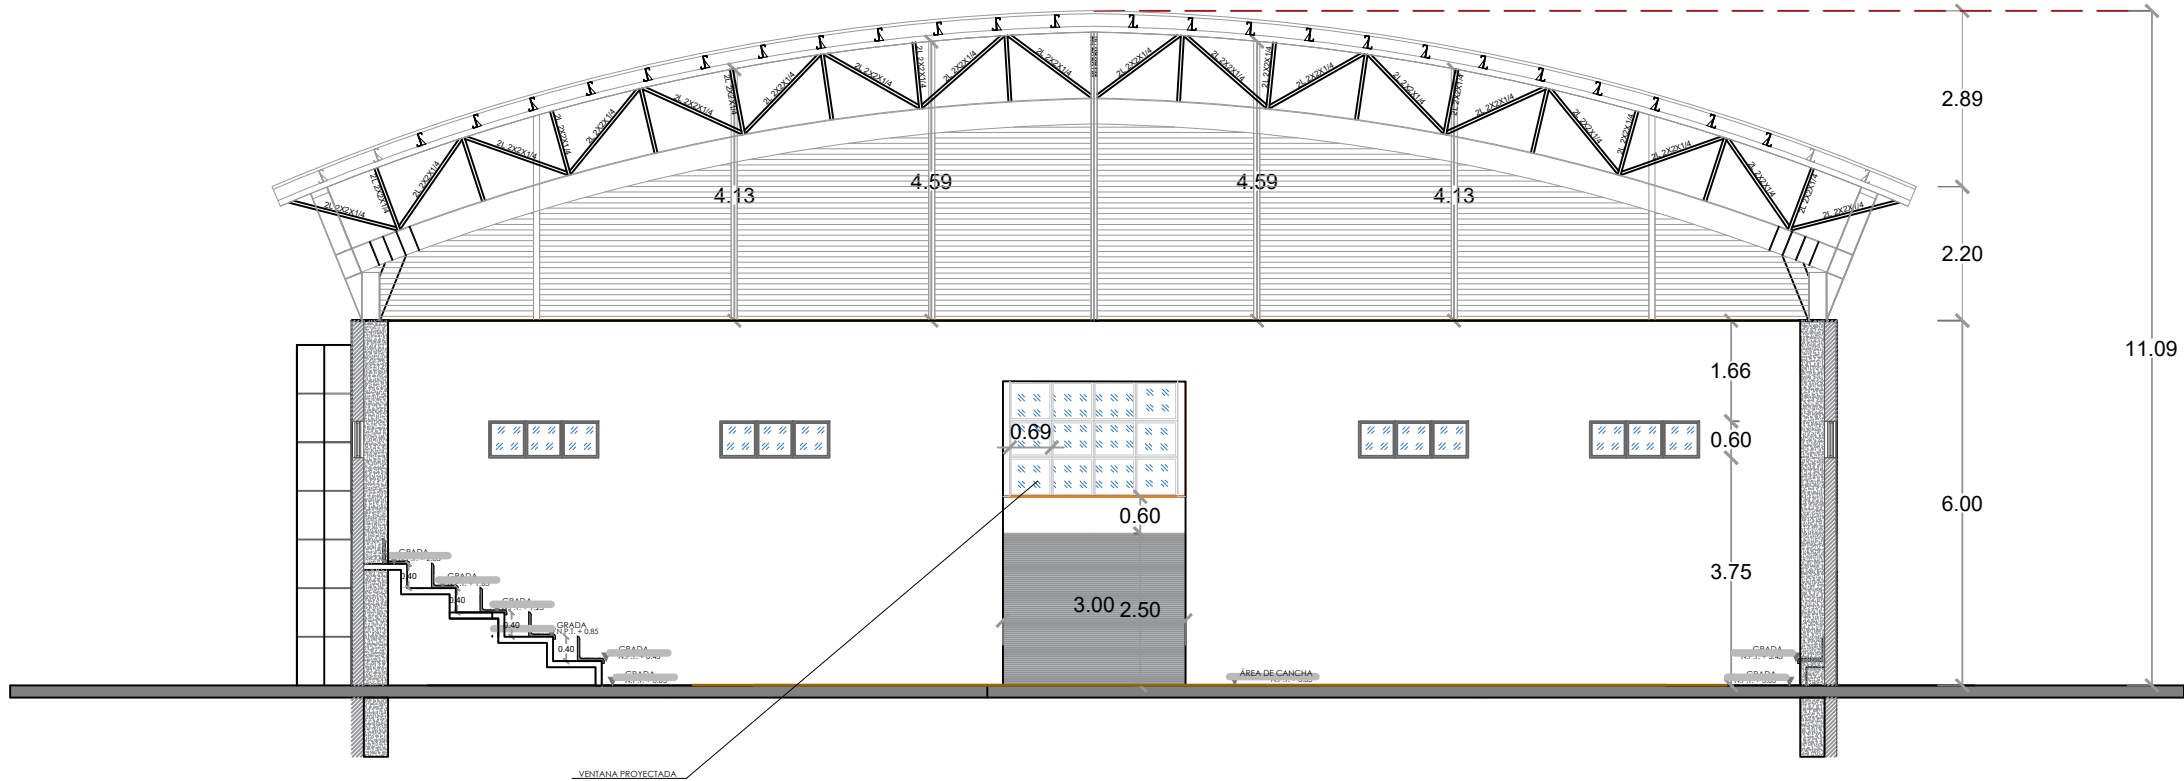


SECCIÓN C-C'
ESC. 1:125

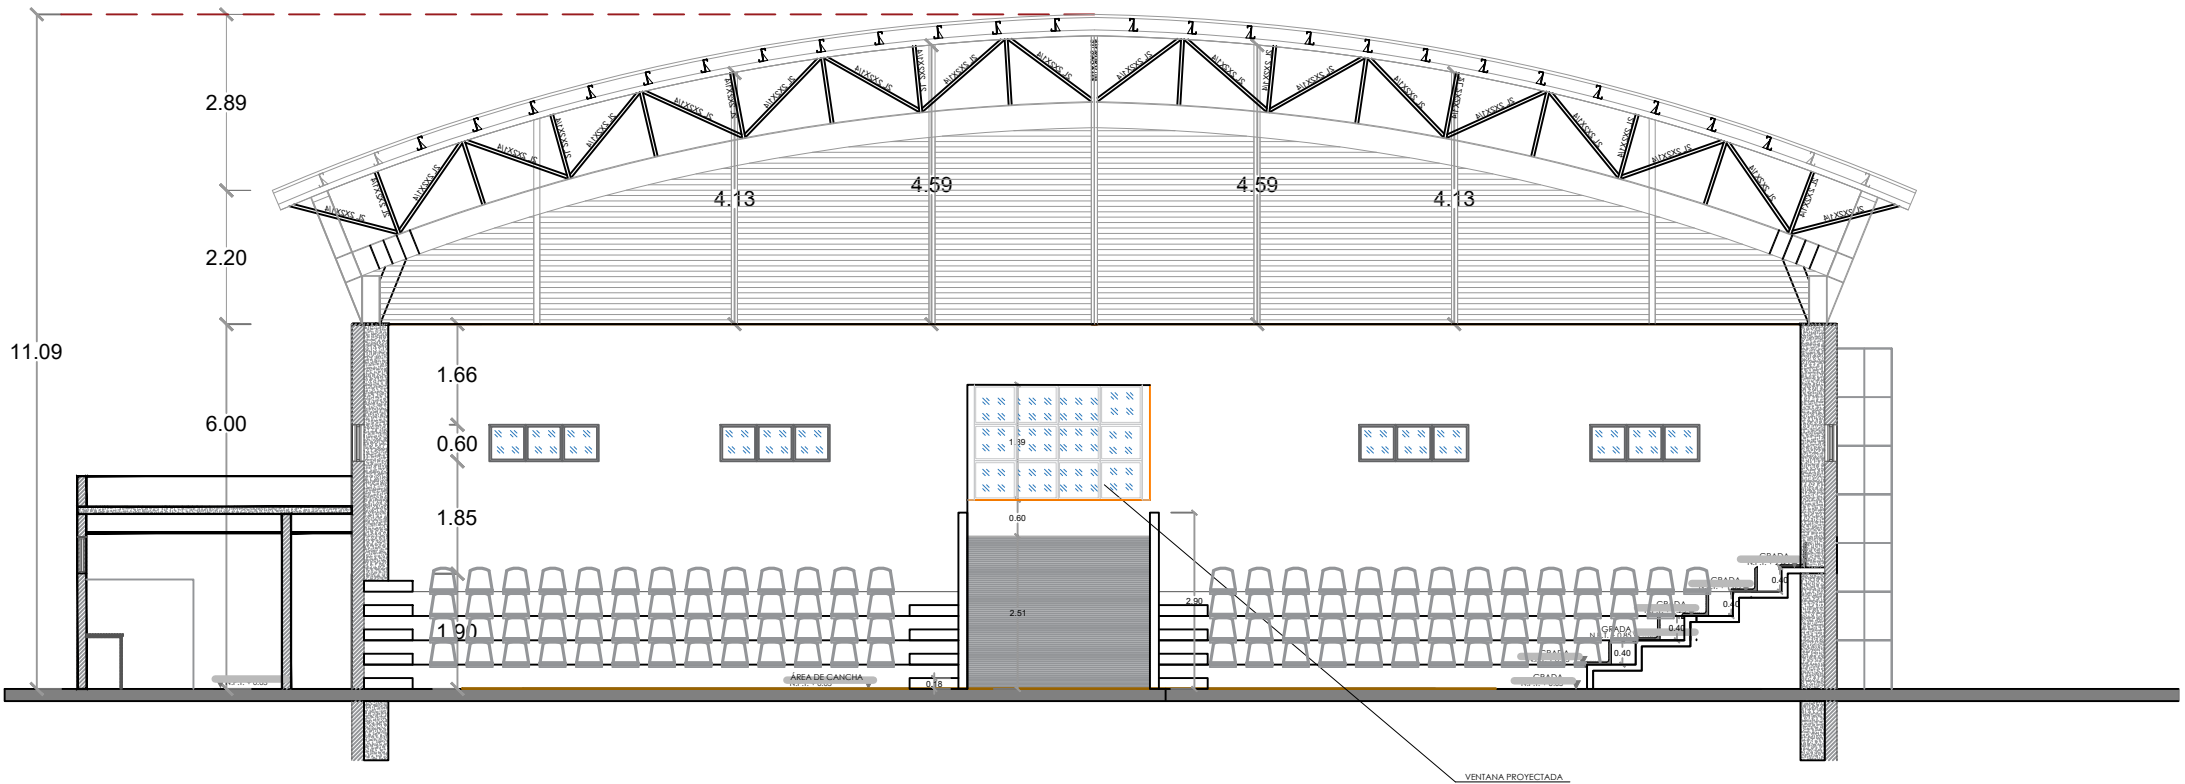


SECCIÓN D-D'
ESC. 1:125

***NOTA: ESTOS PLANOS PUEDEN SER MODIFICADOS
Y/O ADECUADOS EN CAMPO.**

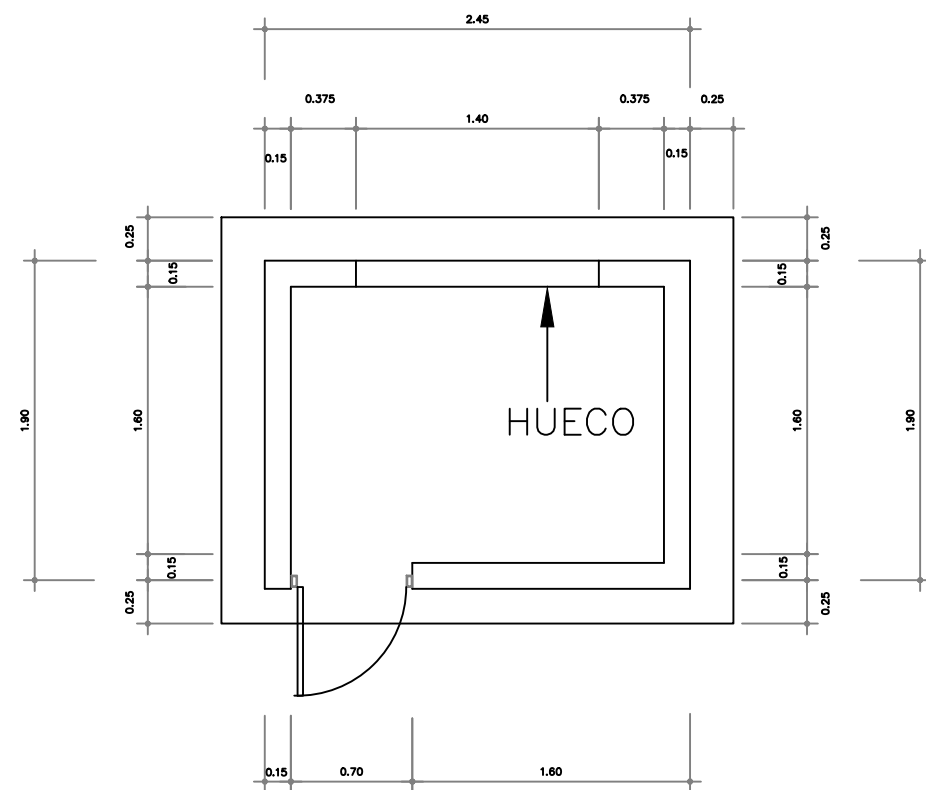


PLANTA CASETA BOMBA

NO ESCALA

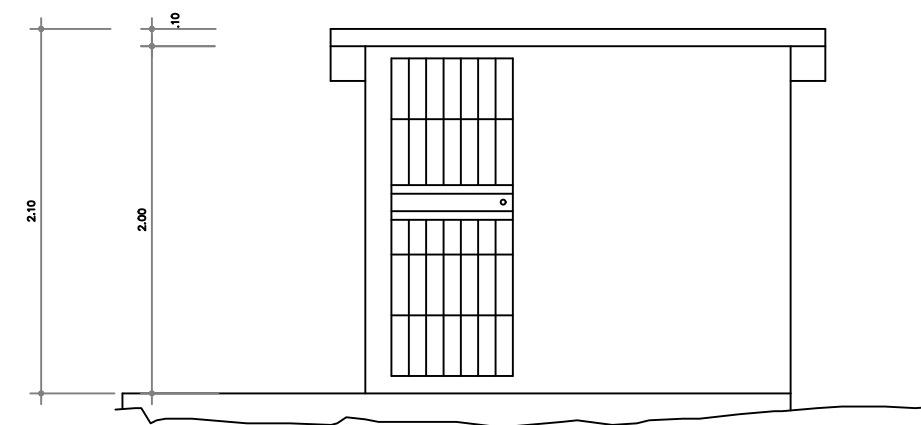


ELEVACION FRONTAL

NO ESCALA

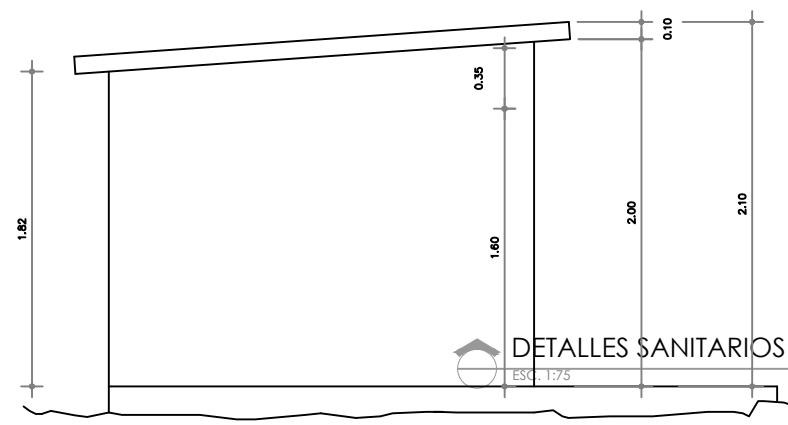


ELEVACION LATERAL

NO ESCALA

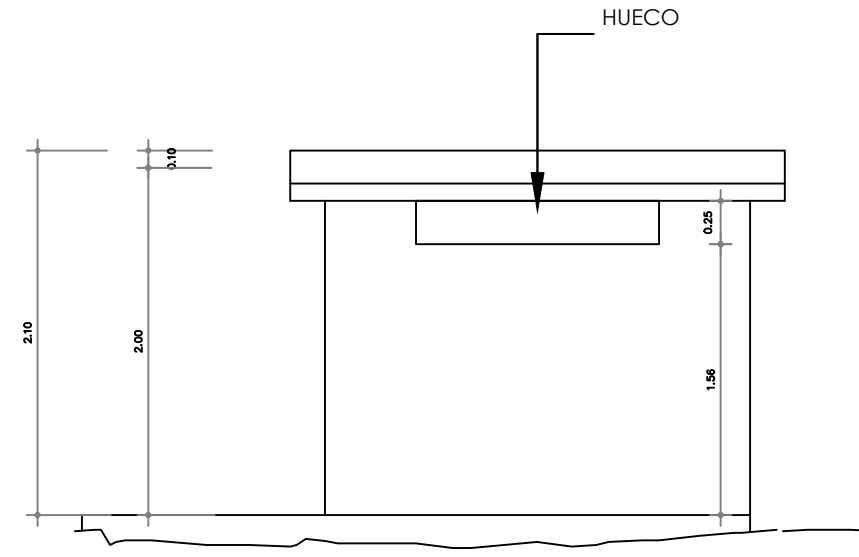

ELEVACION POSTERIOR

NO ESCALA

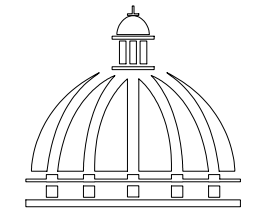

GOBIERNO DE LA
REPÚBLICA DOMINICANA

DIRECCIÓN DE DESARROLLO
PROVINCIAL
DDP

Ave. Dr. Delgado, Esq. Moises García,
Gazcue, Sto. Dgo., R.D.
TEL.: (809)-364-2189 | FAX.: (809)- 688-1665
E-Mail: info@cpadp.gob.do

PROYECTO:

**CONT. POLIDEPORTIVO LAS
BARIAS, BANI, PERAVIA**
Republica Dominicana

EQUIPO DE TRABAJO:

DISEÑO ARQUITECTÓNICO
ARQ.

codia 00000

ENC. INGENIERÍA
ING. FIOR DALIZA BONIFACIO
codia 00000

ESTRUCTURAL

ING.

codia 00000

ELÉCTRICO

ING. JUAN PEREZ

codia 00000

HIDRO-SANITARIO

ING. FRANCIS ESTEVEZ

codia 00000

SELLO DE APROBACIÓN:

FECHA:

CONTENIDO:

CASETA DE BOMBA


ESCALA:

1:150


SEPTIEMBRE 2026

NO. PÁGINA:

015

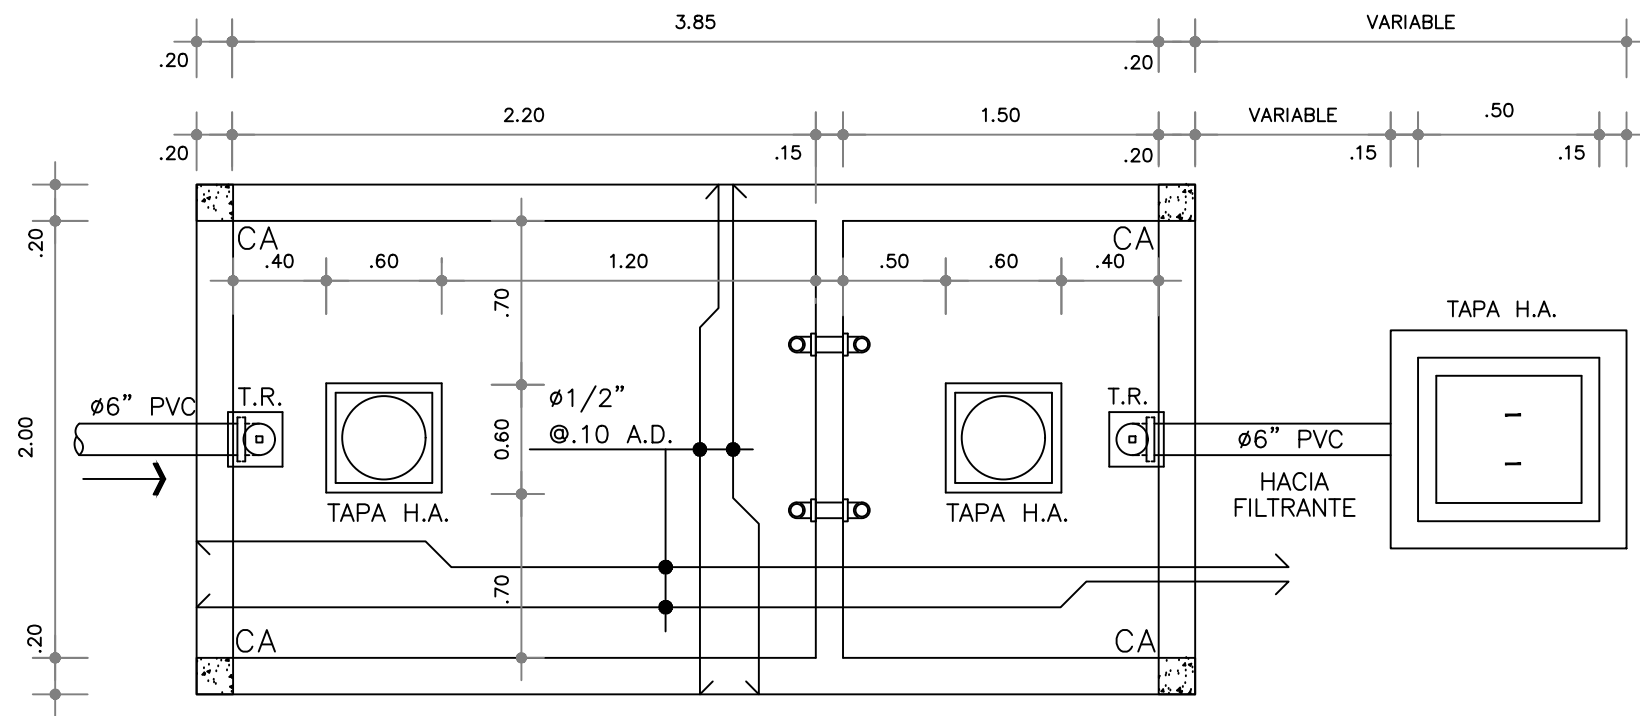





PLANTA ESTRUCTURAL LOSA DE TECHO

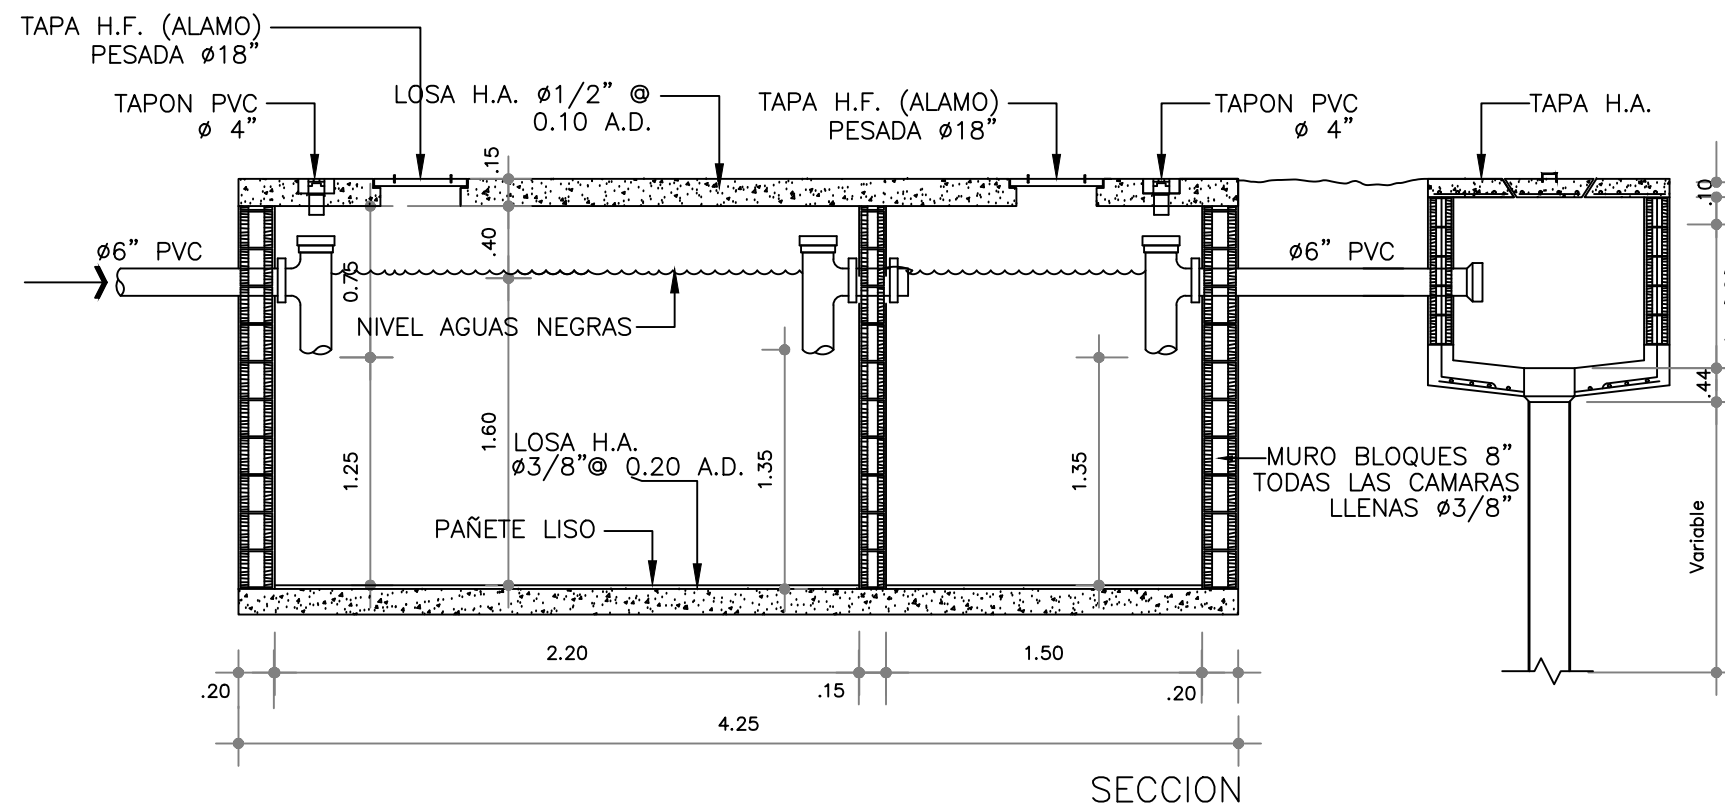

SECCION

CAMARA SEPTICA DOS CAMARAS
ESCALA : X

NOTA:
EL DETALLE ESTRUCTURAL DE LOS MUROS PERIMETRALES
Y LA LOSA DE FONDO ES IGUAL AL DETALLE DE LA
CISTERNA

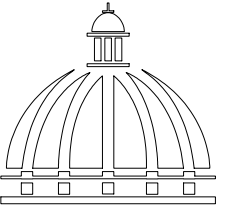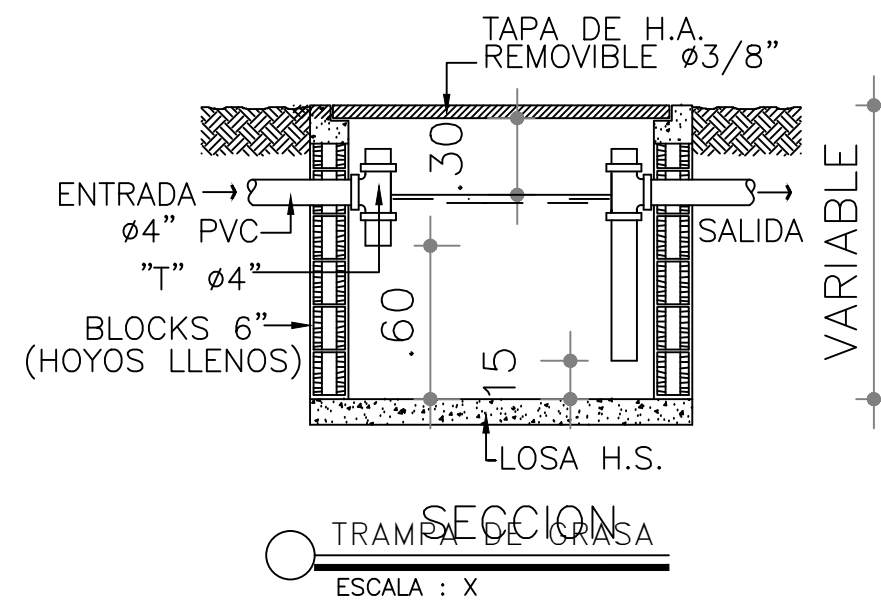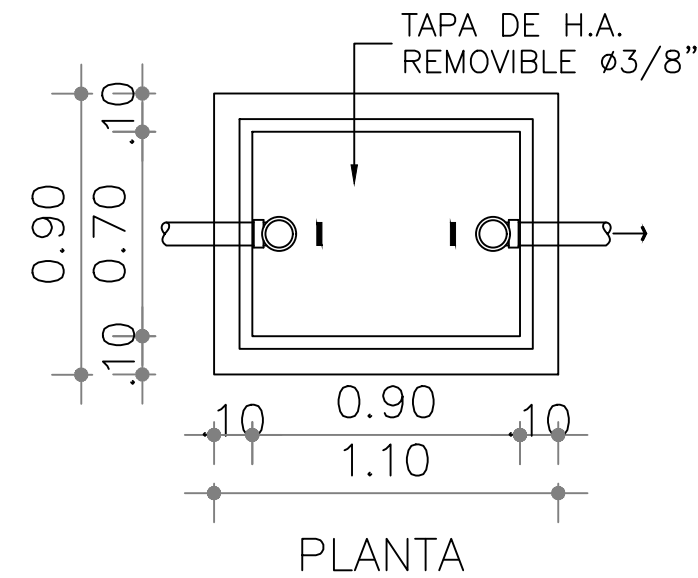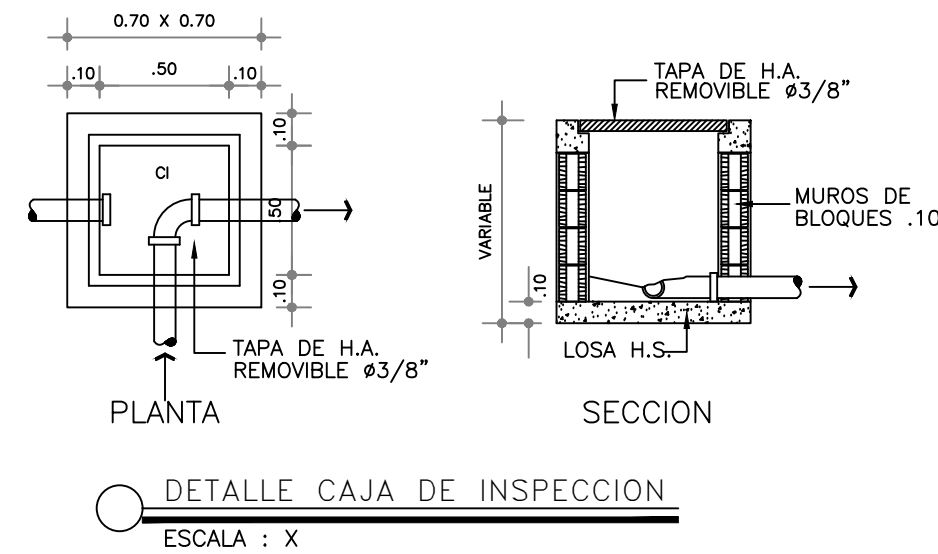

GOBIERNO DE LA
REPÚBLICA DOMINICANA

DIRECCIÓN DE DESARROLLO
PROVINCIAL
DDP

Ave. Dr. Delgado, Esq. Moises García,
Gazcue, Sto. Dgo., R.D.
TEL.: (809)-364-2189 | FAX.: (809)- 688-1665
E-Mail: info@cpadp.gob.do

PROYECTO:

**CONT. POLIDEPORTIVO LAS
BARIAS, BANI, PERAVIA**
Republica Dominicana

EQUIPO DE TRABAJO:

DISEÑO ARQUITECTÓNICO
ARQ.

codia 00000

ENC. INGENIERÍA
ING. FIOR DALIZA BONIFACIO
codia 00000

ESTRUCTURAL
ING.

codia 00000

ELÉCTRICO
ING. JUAN PEREZ
codia 00000

HIDRO-SANITARIO
ING. FRANCIS ESTEVEZ
codia 00000

SELLO DE APROBACIÓN:

FECHA:

CONTENIDO:

**DETALLE CAMARA SEPTICA
TRAMPA DE GRASA
Y CAMARA DE INSPECCION**


ESCALA:

1:150

SEPTIEMBRE 2026

NO. PÁGINA:








 
016



DETALLES SANITARIOS

ESC. 1:150

*NOTA: ESTOS PLANOS PUEDEN SER MODIFICADOS Y/O ADECUADOS EN CAMPO.

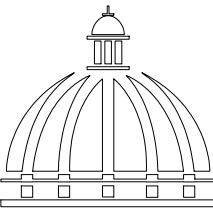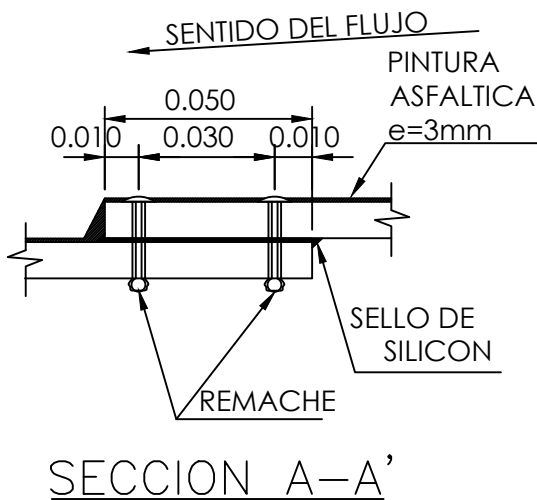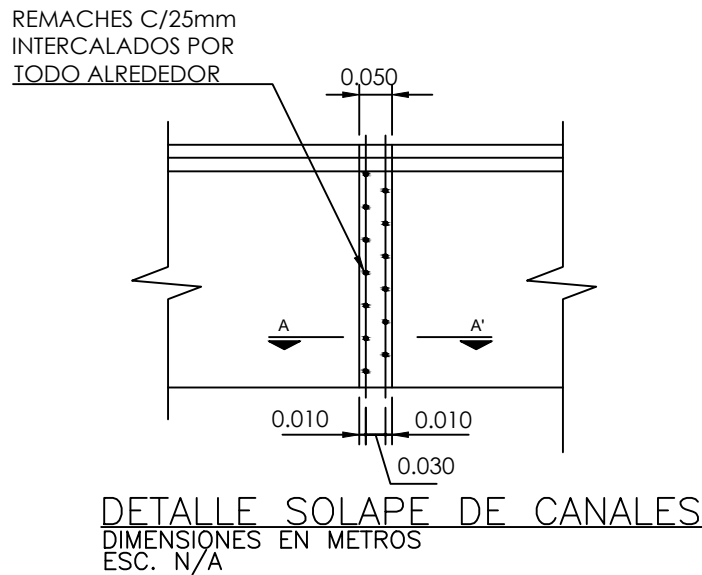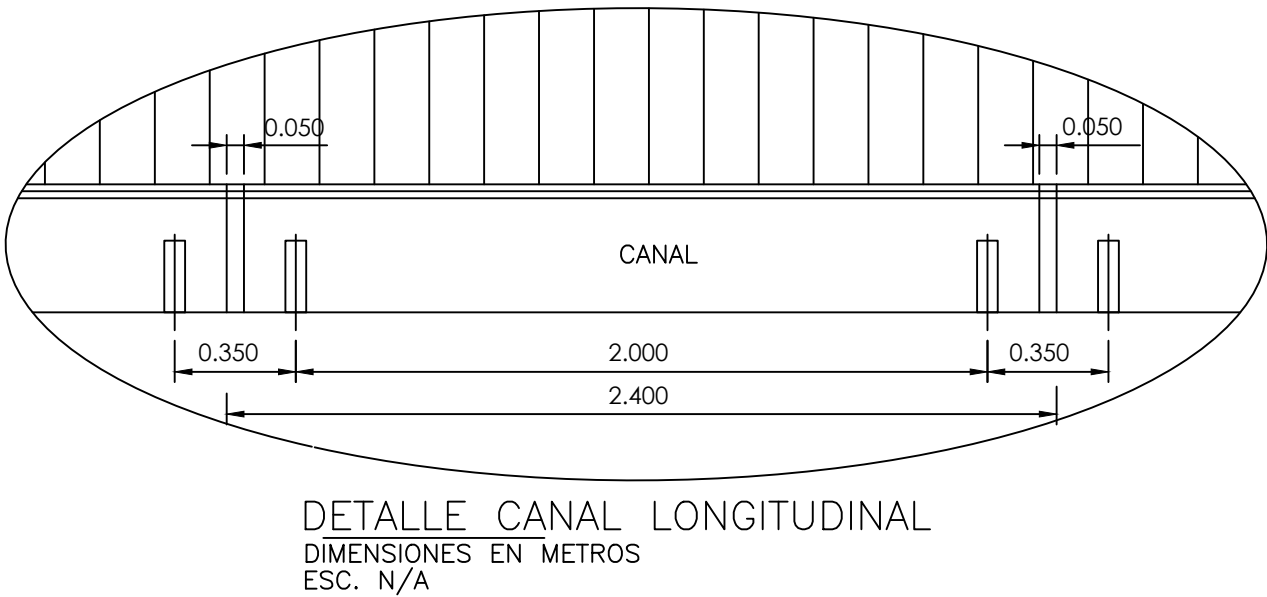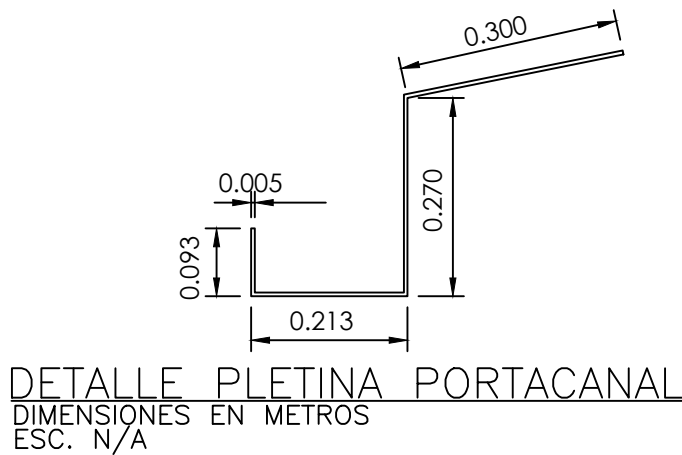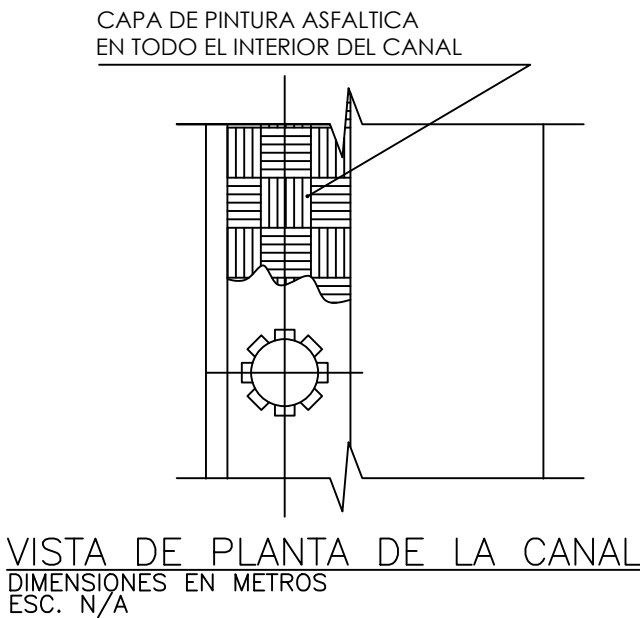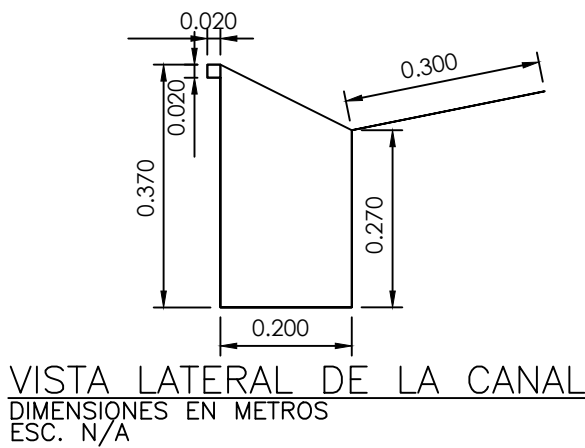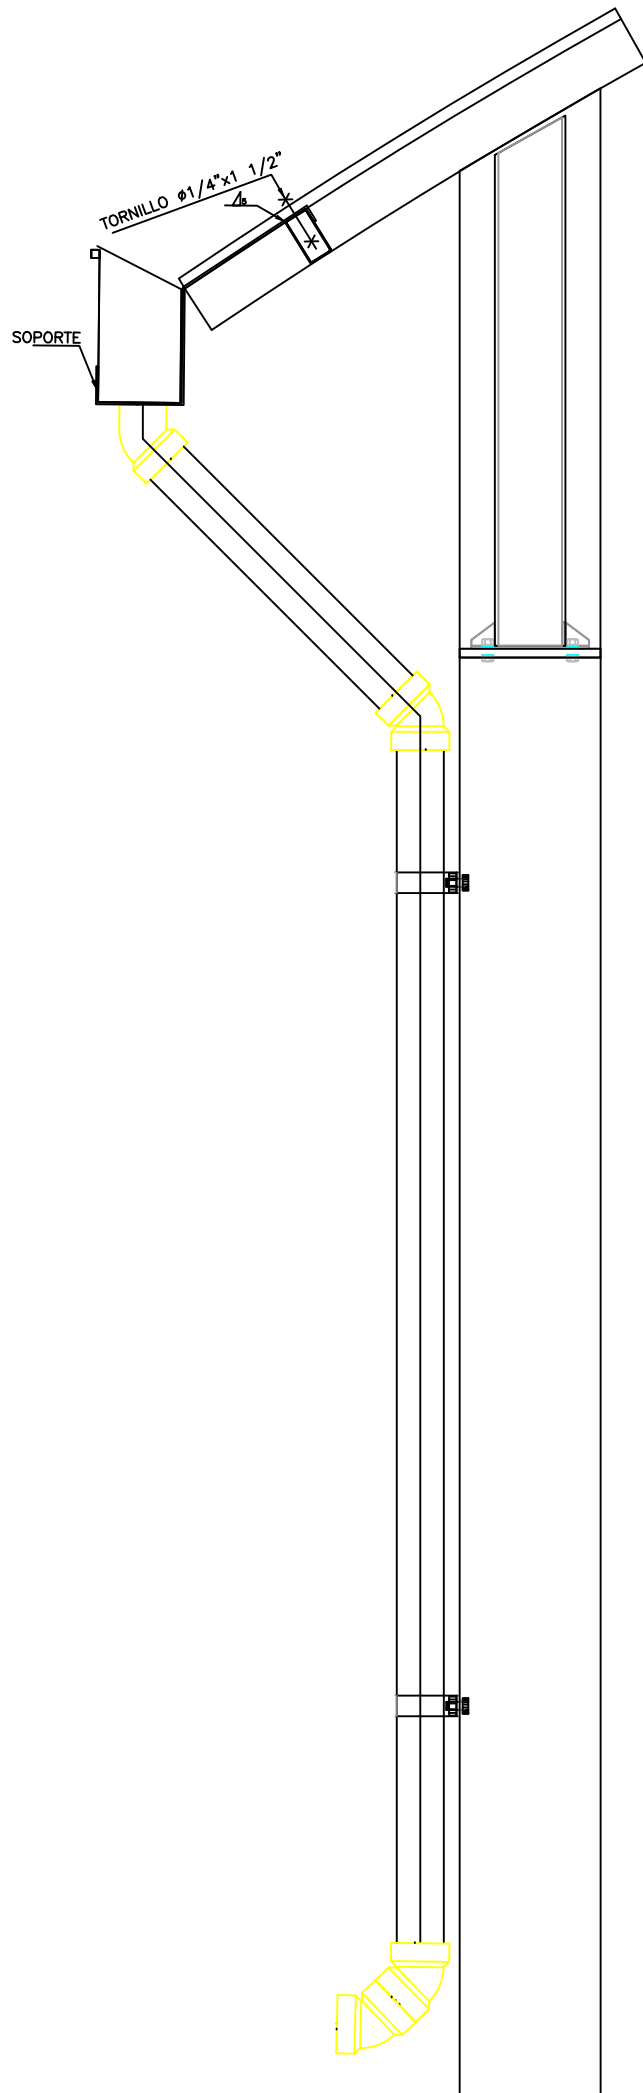

DIRECCIÓN DE DESARROLLO
PROVINCIAL
DDP

Ave. Dr. Delgado, Esq. Moises García,
Gazcue, Sto. Dgo., R.D.
TEL.: (809)-364-2189 | FAX.: (809)- 688-1665
E-Mail: info@cpadp.gob.do

PROYECTO:
**CONT. POLIDEPORTIVO LAS
BARIAS, BANI, PERAVIA**
Republica Dominicana

EQUIPO DE TRABAJO:

DISEÑO ARQUITECTÓNICO
ARQ. _____
codia 00000

ENC. INGENIERÍA
ING. FIOR DALIZA BONIFACIO
codia 00000

ESTRUCTURAL
ING. _____
codia 00000

ELÉCTRICO
ING. JUAN PEREZ
codia 00000

HIDRO-SANITARIO
ING. FRANCIS ESTEVEZ
codia 00000

SELLO DE APROBACIÓN:

FECHA: _____

CONTENIDO:

DETALLE CANALETA PLUVIAL


ESCALA:

1:150

SEPTIEMBRE 2026

NO. PÁGINA:


018

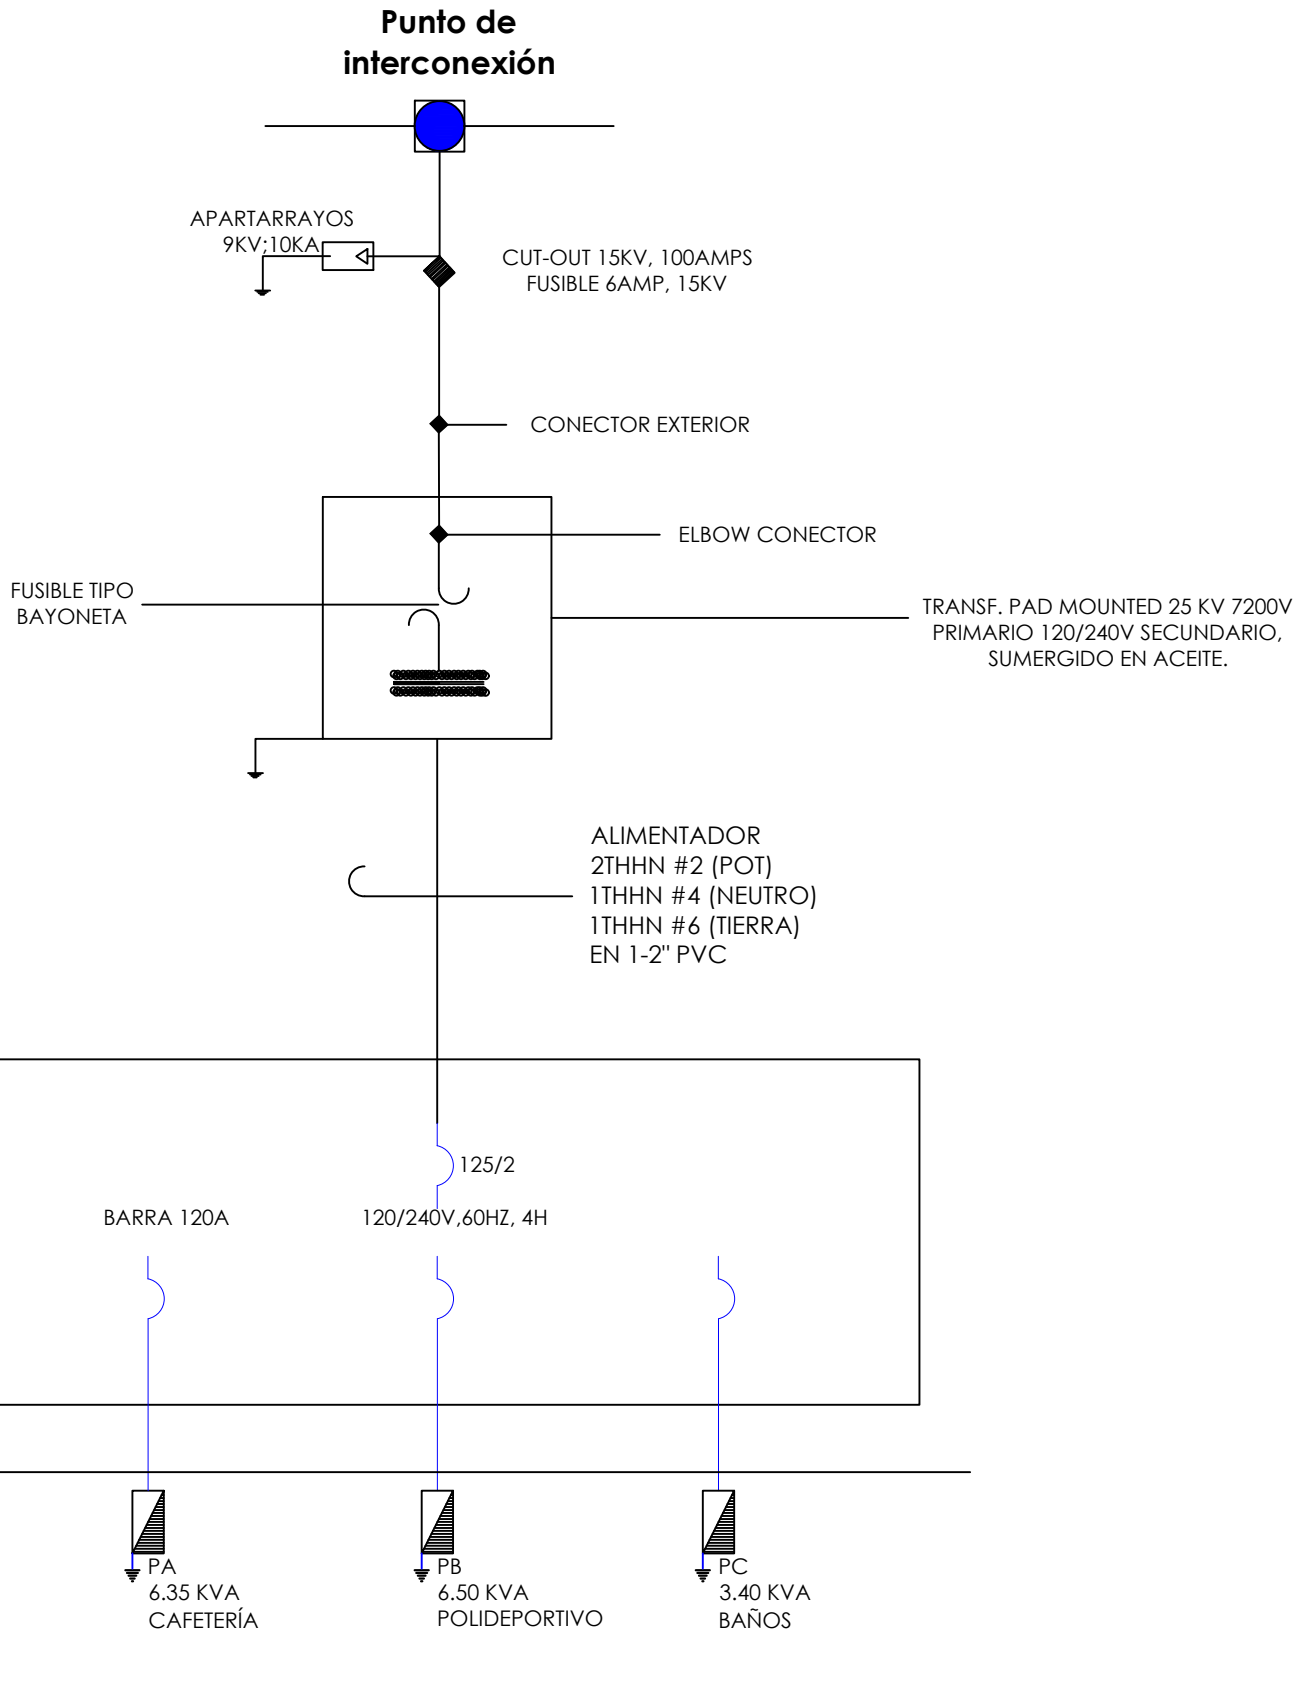

PANEL: <u>PA</u>			<u>4</u> CONDUCTORES								ESPACIOS: <u>12</u>				
LUGAR: <u>CAFETERIA</u>			SIMILAR: <u>GE</u>				CAT: <u>THQC 12420</u>				TENSIÓN: <u>120/240</u> VAC				
FASE: <u>2</u>			INTERRUPTOR PRINCIPAL <u>40/2</u> AMP <u>THQAL</u> TIPO					BREAKERS TIPO: <u>THQAL</u>					BARRAS: <u>75</u> AMP		
KVA	DESCRIPCIÓN	DUCT.	CAL	BKR	NO.	A	B	NO.	BKR	CAL	DUCT.	DESCRIPCIÓN	KVA		
0.70	ILUMINACIÓN	1/2"	12	20	1			2	20	12	1/2"	T.CORRIENTE 120V	1.50		
0.50	NEVERA	1/2"	12	20	3			4	20	12	1/2"	T.CORRIENTE 120V	0.35		
1.50	T.CORRIENTE 240V	3/4"	10	30	5			6	20	12	1/2"	T.CORRIENTE 240V	0.30		
1.50	↓ ↓	3/4"	10	30	7			8							
					9			10							
					11			12							
CARGA CONECTADA: <u>6.35</u> KVA			DEMANDA MAXIMA: <u>6.35</u> KVA			ALIMENTADOR:									
ILUMINACIÓN: <u>0.70</u> KVA			CARGA DE DISEÑO: <u>6.35</u> KVA			<u>2</u> THHN CAL. NO. <u>8</u>									
TOMACORRIENTE: <u>5.15</u> KVA			CORRIENTE DE DISEÑO: <u>26.46</u> AMP			<u>1</u> THHN CAL. NO. <u>8</u>									
OTROS: <u>0.50</u> KVA			FACTOR DE DEMANDA: <u>100</u> %			<u>1</u> THHN CAL. NO. <u>8</u>									
FASE A: <u>4.00</u> KVA			CARGA RESERVA: <u> </u> KVA			DUCTO DIAM: <u>3/4"</u> TIPO: <u>PVC</u>									
FASE B: <u>2.35</u> KVA			NEUTRO: <u>26.46 AMP</u>												

PANEL: <u>PB</u>			<u>4</u> CONDUCTORES				ESPACIOS: <u>24</u>						
LUGAR: <u>TECHADO</u>			SIMILAR: <u>GE</u> CAT: <u>THQC 24420</u>				TENSIÓN: <u>120/240</u> VAC						
FASE: <u>2</u>			INTERRUPTOR PRINCIPAL <u>60/2</u> AMP <u>THQAL</u> TIPO				BREAKERS TIPO: <u>THQP</u>						
BARRAS: <u>75</u> AMP													
KVA	DESCRIPCIÓN	DUCT.	CAL	BKR	NO.	A	B	NO.	BKR	CAL	DUCT.	DESCRIPCIÓN	KVA
0.40	ILUMINACIÓN	1/2"	2#12	20	1			2	20	2#12	1/2"	ILUMINACION	0.40
0.40	ILUMINACION	1/2"	2#12	20	3			4	20	2#12	1/2"	ILUMINACION	0.40
0.40	ILUMINACION	1/2"	2#12	20	5			6	20	2#12	1/2"	ILUMINACION	0.30
0.30	ILUMINACION	1/2"	2#12	20	7			8	20	2#12	1/2"	ILUMINACION	0.30
0.90	LUCES EXTERIOR	3/4"	2#10 1#12	20	9			10	20	2#10 1#12	3/4"	LUCES EXTERIOR	0.45
0.50	TCORRIENTE 120V	1/2"	2#12 1#12	20	11			12	20	2#12 1#12	1/2"	TCOR 120V PISO	0.30
0.50	TCORRIENTE 120V	1/2"	2#12 1#12	20	13			14	20	2#12 1#12	1/2"	TCORRIENTE 120V	0.50
0.45	TCORRIENTE 120V	1/2"	2#12 1#12	20	15			16	20	2#12 1#12	1/2"	ABANICO INDUS.	0.50
CARGA CONECTADA: <u>6.50</u> KVA			DEMANDA MAXIMA: <u>6.50</u> KVA			ALIMENTADOR:							
ILUMINACIÓN: <u>4.25</u> KVA			CARGA DE DISEÑO: <u>4.55</u> KVA			<u>2</u> THW CAL. NO. <u>8</u>							
TOMACORRIENTE: <u>2.25</u> KVA			CORRIENTE DE DISEÑO: <u>18.96</u> AMP			<u>1</u> THW CAL. NO. <u>8</u>							
OTROS: <u>0.50</u> KVA			FACTOR DE DEMANDA: <u>70</u> %			<u>1</u> THW CAL. NO. <u>8</u>							
FASE A: <u>3.85</u> KVA			CARGA RESERVA: <u>1.95</u> KVA			DUCTO DIAM: <u>3/4"</u> TIPO: <u>PVC</u>							
FASE B: <u>2.65</u> KVA			NEUTRO: <u>18.96 AMP</u>										

PANEL: <u>PC</u>			<u>4</u> CONDUCTORES					ESPACIOS: <u>24</u>					
LUGAR: <u>BAÑOS</u>			SIMILAR: <u>GE</u> CAT: <u>THQC12420</u>					TENSIÓN: <u>120/240</u> VAC					
FASE: <u>2</u>			INTERRUPTOR PRINCIPAL <u>40/2</u> AMP <u>THQAL</u> TIPO					BREAKERS TIPO: <u>THQP</u>		BARRAS: <u>75</u> AMP			
KVA	DESCRIPCIÓN	DUCT.	CAL	BKR	NO.	A	B	NO.	BKR	CAL	DUCT.	DESCRIPCIÓN	KVA
0.50	ILUMINACION	$\frac{1}{2}$ "	2#12	20	1			2	20	2#12	$\frac{1}{2}$ "	ILUMINACION	0.80
1.05	T.CORR 120V	$\frac{1}{2}$ "	2#12 1#12	20	3			4	20	2#12 1#12	$\frac{1}{2}$ "	T.CORR 120V	0.45
0.60	ILUMINACION	$\frac{1}{2}$ "	2#12	20	5			6					
					7			8					
					9			10					
					11			12					
					13			14					
					15			16					
CARGA CONECTADA: <u>3.40</u> KVA					DEMANDA MAXIMA: <u>3.40</u> KVA					ALIMENTADOR:			
ILUMINACIÓN: <u>1.90</u> KVA					CARGA DE DISEÑO: <u>3.40</u> KVA					<u>2</u> THW CAL. NO. <u>8</u>			
TOMACORRIENTE: <u>1.50</u> KVA					CORRIENTE DE DISEÑO: <u>14.17</u> AMP					<u>1</u> THW CAL. NO. <u>8</u>			
OTROS: _____ KVA					FACTOR DE DEMANDA: <u>100</u> %					<u>1</u> THW CAL. NO. <u>8</u>			
FASE A: <u>1.90</u> KVA					CARGA RESERVA: <u>-</u> KVA					DUCTO DIAM: <u>3/4"</u> TIPO: <u>PVC</u>			
FASE B: <u>1.50</u> KVA					NEUTRO: <u>14.17 AMP</u>								

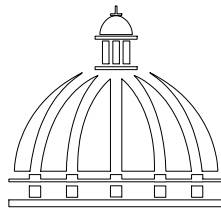

GOBIERNO DE LA
REPÚBLICA DOMINICANA

DIRECCIÓN DE DESARROLLO
PROVINCIAL
DDP

Ave. Dr. Delgado, Esq. Moises García,
Gazcue, Sto. Dgo., R.D.
TEL.: (809)-364-2189 | FAX.: (809)- 688-1665
E-Mail: info@cpadp.gob.do

PROYECTO:

CONT. POLIDEPORTIVO LAS
BARIAS, BANI, PERAVIA
Republica Dominicana

EQUIPO DE TRABAJO:

DISEÑO ARQUITECTÓNICO
ARQ.

codia 00000

ENC. INGENIERÍA
ING. FIOR DALIZA BONIFACIO

codia 00000

ESTRUCTURAL

ING.

codia 00000

ELÉCTRICO

ING. JUAN PEREZ

codia 00000

HIDRO-SANITARIO

ING. FRANCIS ESTEVEZ

codia 00000

SELLO DE APROBACIÓN:

FECHA:

CONTENIDO:

DETALLES ELECTRICOS

ESCALA:

1:175

SEPTIEMBRE 2026

NO. PÁGINA:

020



**CONT. POLIDEPORTIVO LAS
BARIAS, BANI, PERAVIA**
Republica Dominicana

codia 00000

codia 00000

HIDRO-SANITARIO
ING. FRANCIS ESTEVEZ
codia 00000

FECHA:

DETALLES ELÉCTRICOS


1:40

SEPTIEMBRE 2026


NO. PÁGINA:

021




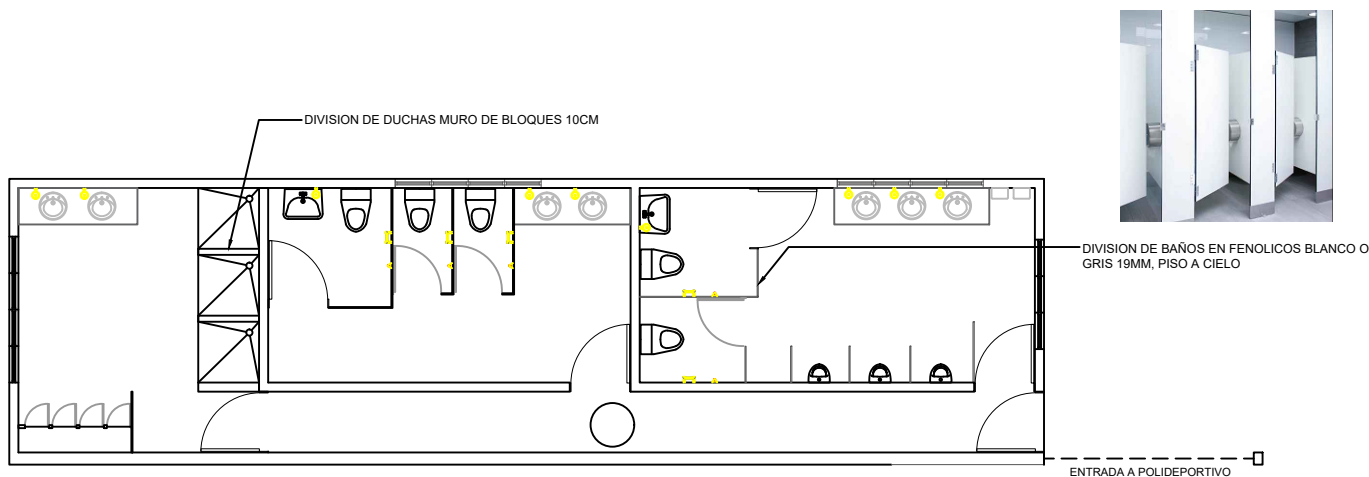


PLANTA ARQ. NUEVOS BAÑOS
ESC. 1:125

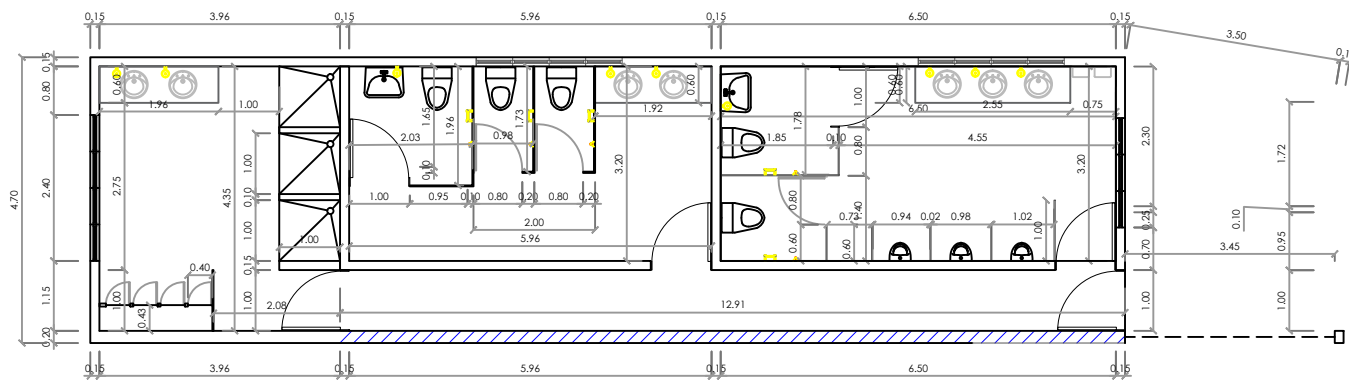


PLANTA DIM. DE BAÑOS
ESC. 1:125

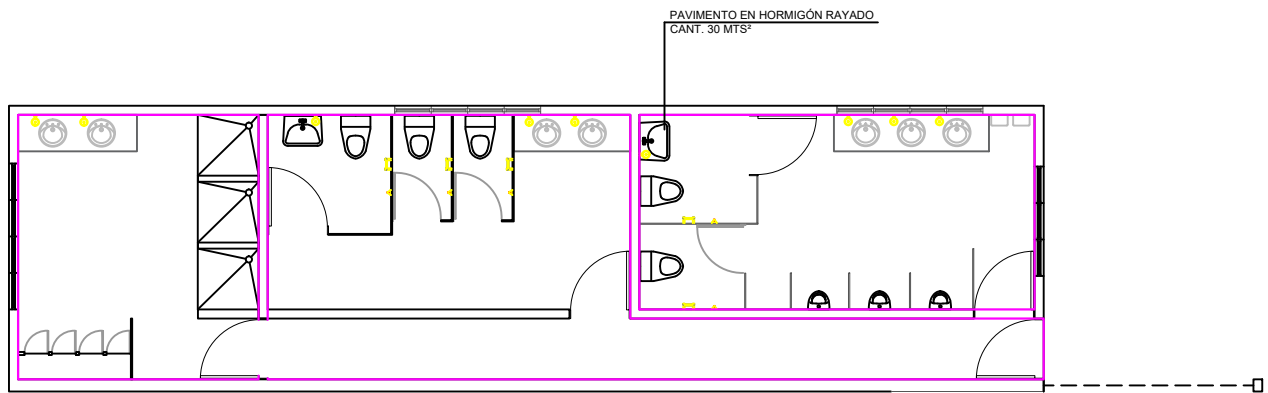

PLANTA DE REVESTIMIENTOS
ESC. 1:125

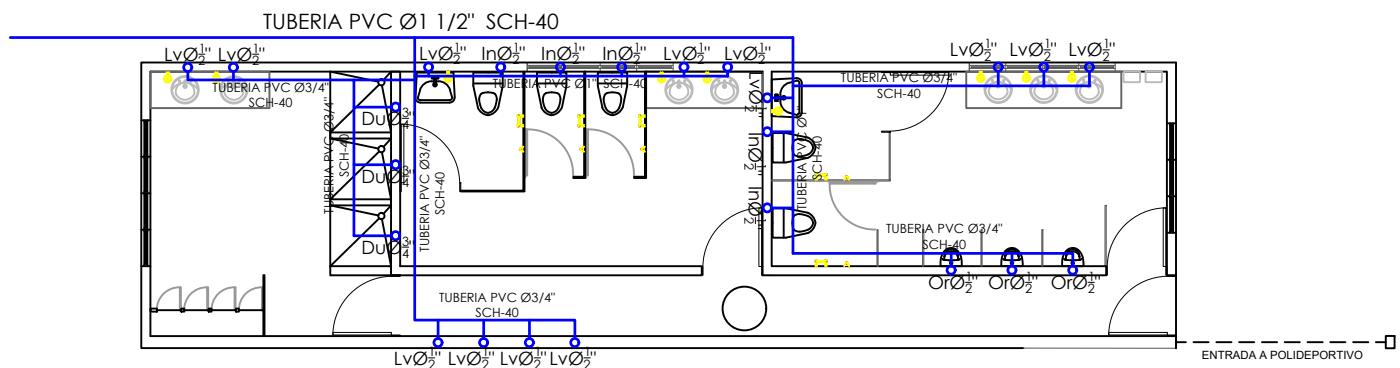


PLANTA DE AGUA POTABLE
ESC. 1:125

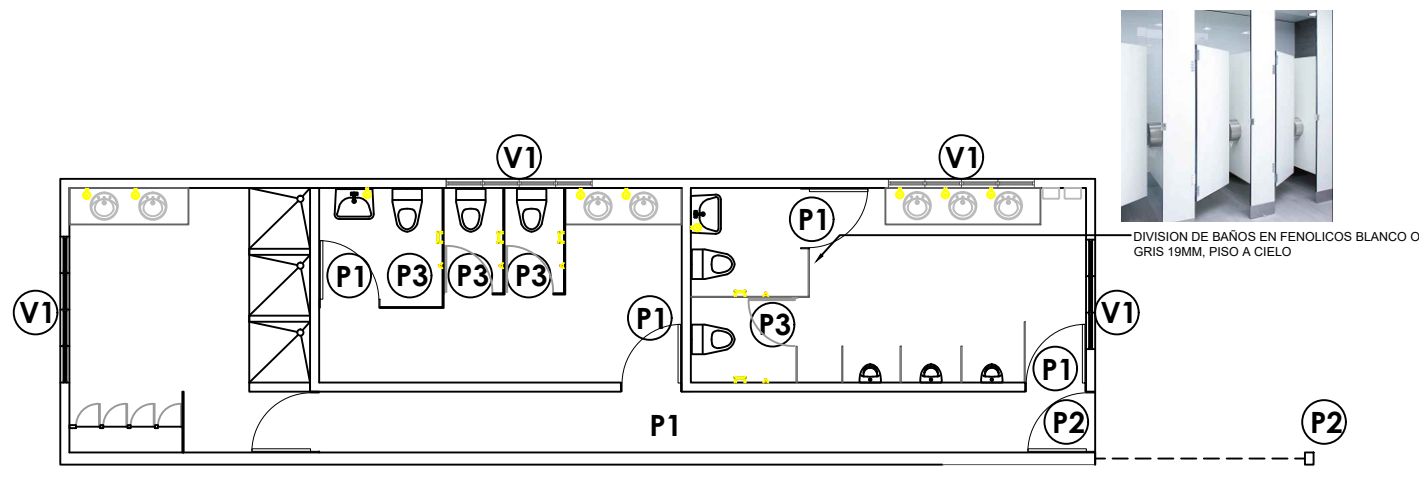


PLANTA PUERTAS Y VENTANAS
ESC. 1:125

TABLA DE PUERTAS						
No.	Tipo	Ancho	Altura	Material	Observaciones	Cantidad
P1	Abatible	1.00	2.10	FENOLICO	Blanca	4
P2	Abatible exterior	1.00	2.10	En perfiles metálicos	Gris	2
P3	Abatible	0.80	1.90	FENOLICO	Gris	4
						Total: 10

TABLA DE VENTANAS						
No.	Tipo	Medidas	Alfeizar	Material	Observaciones	Cant.
V1	Proyectada	0.60 x 0.60	1.70	Vidrio y aluminio		15
						Total: 15

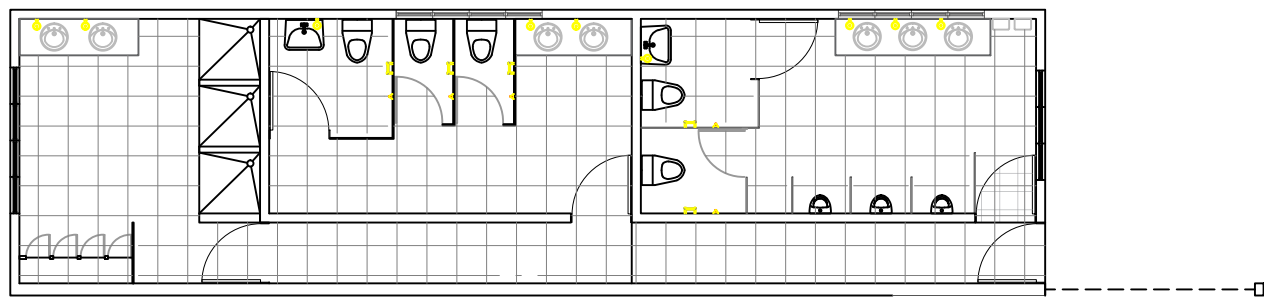


PLANTA DE REVESTIMIENTOS
ESC. 1:125

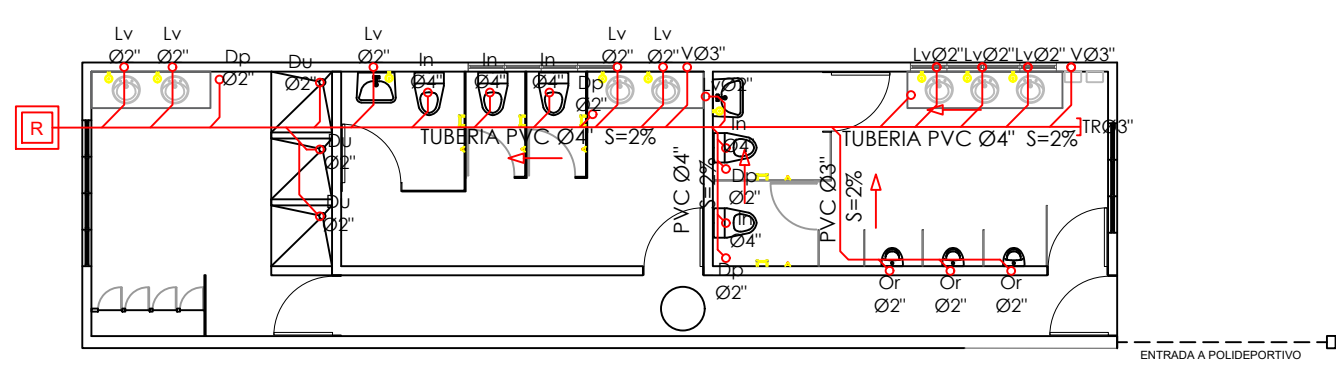

PLANTA AGUAS RESIDUALES
ESC. 1:125

*NOTA: ESTOS PLANOS PUEDEN SER MODIFICADOS
Y/O ADECUADOS EN CAMPO.

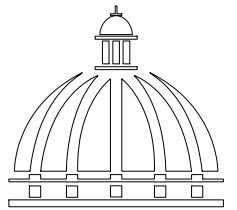

GOBIERNO DE LA
REPÚBLICA DOMINICANA

DIRECCIÓN DE DESARROLLO
PROVINCIAL
DDP

Ave. Dr. Delgado, Esq. Moisés García,
Gazcue, Sto. Dgo., R.D.
TEL.: (809)-364-2189 | FAX.: (809)- 688-1665
E-Mail: info@cpadp.gob.do

PROYECTO:

CONT. POLIDEPORTIVO LAS
BARIAS, BANI, PERAVIA
Republica Dominicana

EQUIPO DE TRABAJO:

DISEÑO ARQUITECTÓNICO
ARQ.

codia 00000

ENC. INGENIERÍA
ING. FIOR DALIZA BONIFACIO
codia 00000

ESTRUCTURAL

ING.

codia 00000

ELÉCTRICO

ING. JUAN PEREZ

codia 00000

HIDRO-SANITARIO

ING. FRANCIS ESTEVEZ

codia 00000

SELLO DE APROBACIÓN:

FECHA:

CONTENIDO:

PLANTAS DETALLES DE BAÑOS
PLANTA



ESCALA:

1:125

SEPTIEMBRE 2026

NO. PÁGINA:

022

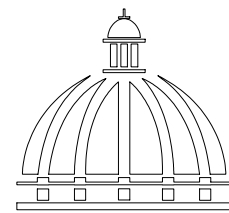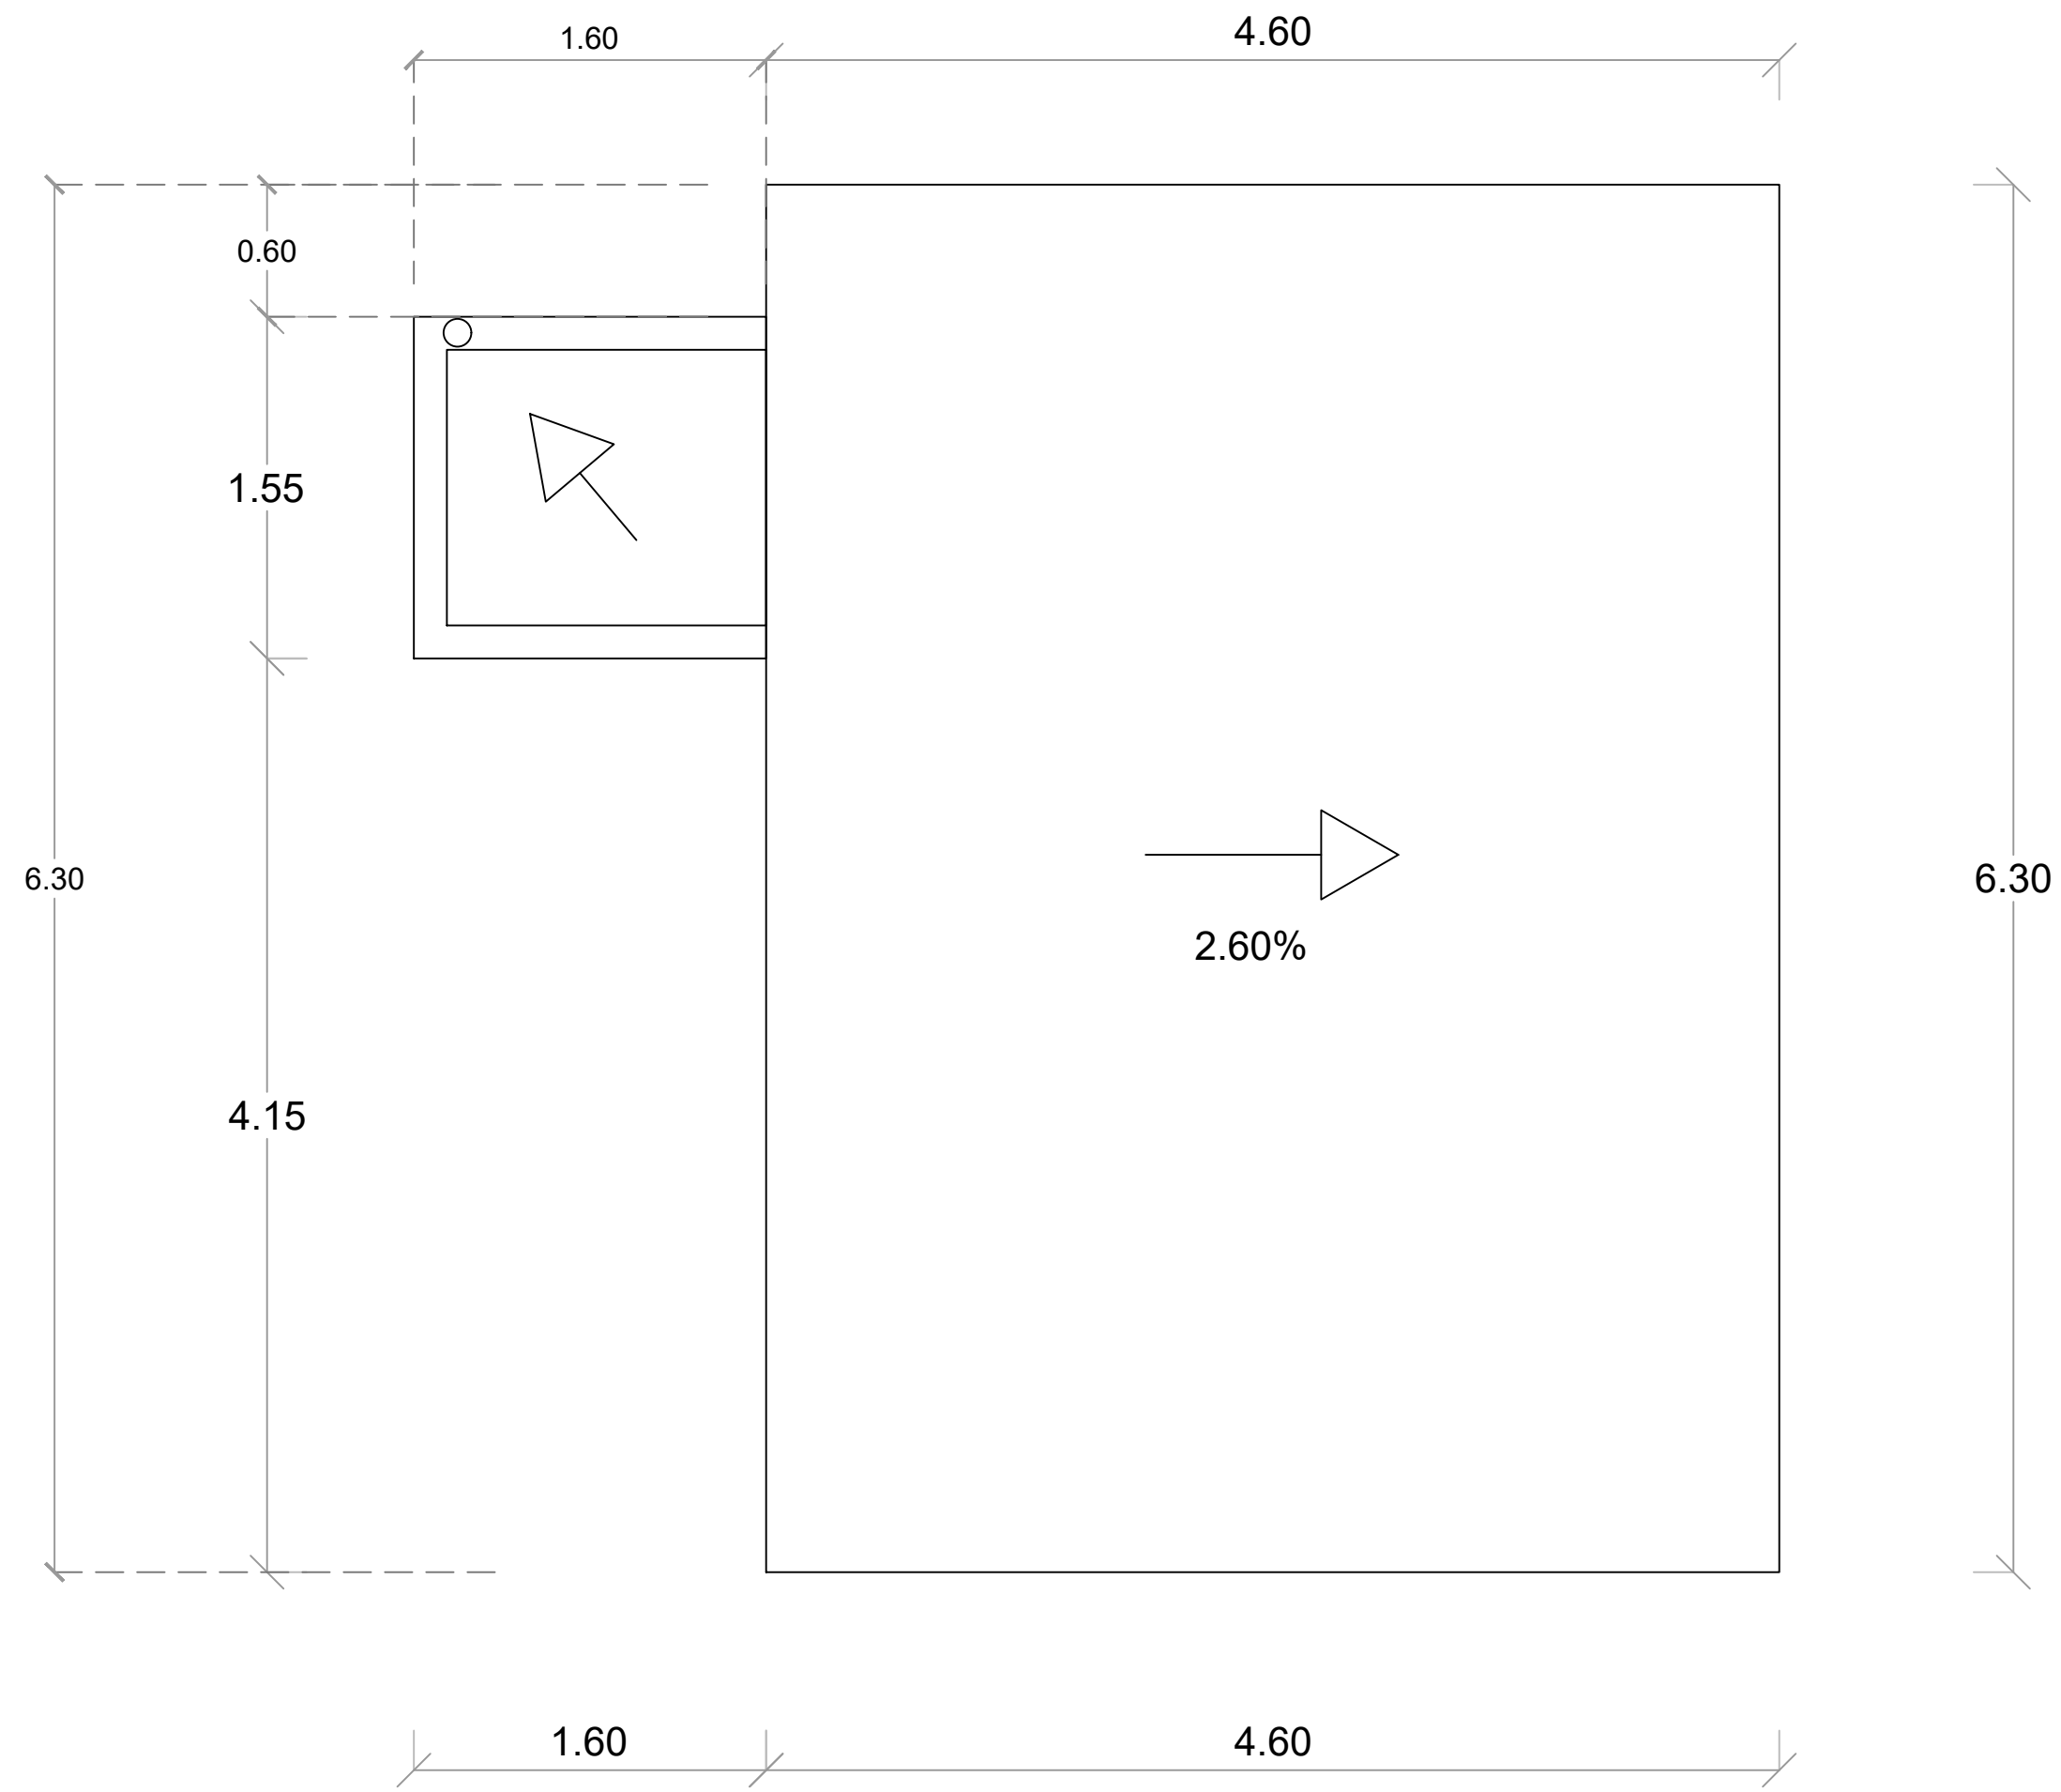

GOBIERNO DE LA
REPÚBLICA DOMINICANA

DIRECCIÓN DE DESARROLLO
PROVINCIAL
DDP

Ave. Dr. Delgado, Esq. Moisés García,
Gazcue, Sto. Dgo., R.D.
TEL.: (809)-364-2189 | FAX.: (809)- 688-1665
E-Mail: info@cpadp.gob.do

PROYECTO:
**CONT. POLIDEPORTIVO LAS
BARIAS, BANI, PERAVIA**
Republica Dominicana

EQUIPO DE TRABAJO:

DISEÑO ARQUITECTÓNICO
ARQ. _____
codia 00000 _____

ENC. INGENIERÍA
ING. FIOR DALIZA BONIFACIO
codia 00000 _____

ESTRUCTURAL
ING. _____
codia 00000 _____

ELÉCTRICO
ING. JUAN PEREZ
codia 00000 _____

HIDRO-SANITARIO
ING. FRANCIS ESTEVEZ
codia 00000 _____


SELLO DE APROBACIÓN:

FECHA: _____

CONTENIDO:
**PLANTA ARQUITECTÓNICA
DE TECHO- CAFETERIA**

ESCALA:
1:50

SEPTIEMBRE 2026

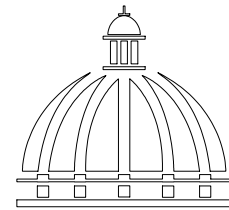

Gobierno de la
República Dominicana

DIRECCIÓN DE DESARROLLO
PROVINCIAL
DDP

Ave. Dr. Delgado, Esq. Moisés García,
Gazcue, Sto. Dgo., R.D.
TEL.: (809)-364-2189 | FAX.: (809)- 688-1665
E-Mail: info@cpadp.gob.do

PROYECTO:
**CONT. POLIDEPORTIVO LAS
BARIAS, BANI, PERAVIA**
Republica Dominicana

EQUIPO DE TRABAJO:

DISEÑO ARQUITECTÓNICO
ARQ.
codia 00000

ENC. INGENIERÍA
ING. FIOR DALIZA BONIFACIO
codia 00000

ESTRUCTURAL
ING.
codia 00000

ELÉCTRICO
ING. JUAN PEREZ
codia 00000

HIDRO-SANITARIO
ING. FRANCIS ESTEVEZ
codia 00000

SELLO DE APROBACIÓN:

FECHA:

CONTENIDO:

**PLANTA ARQUITECTÓNICA
CAFETERÍA**


ESCALA:

1:50

SEPTIEMBRE 2026

NO. PÁGINA:

024

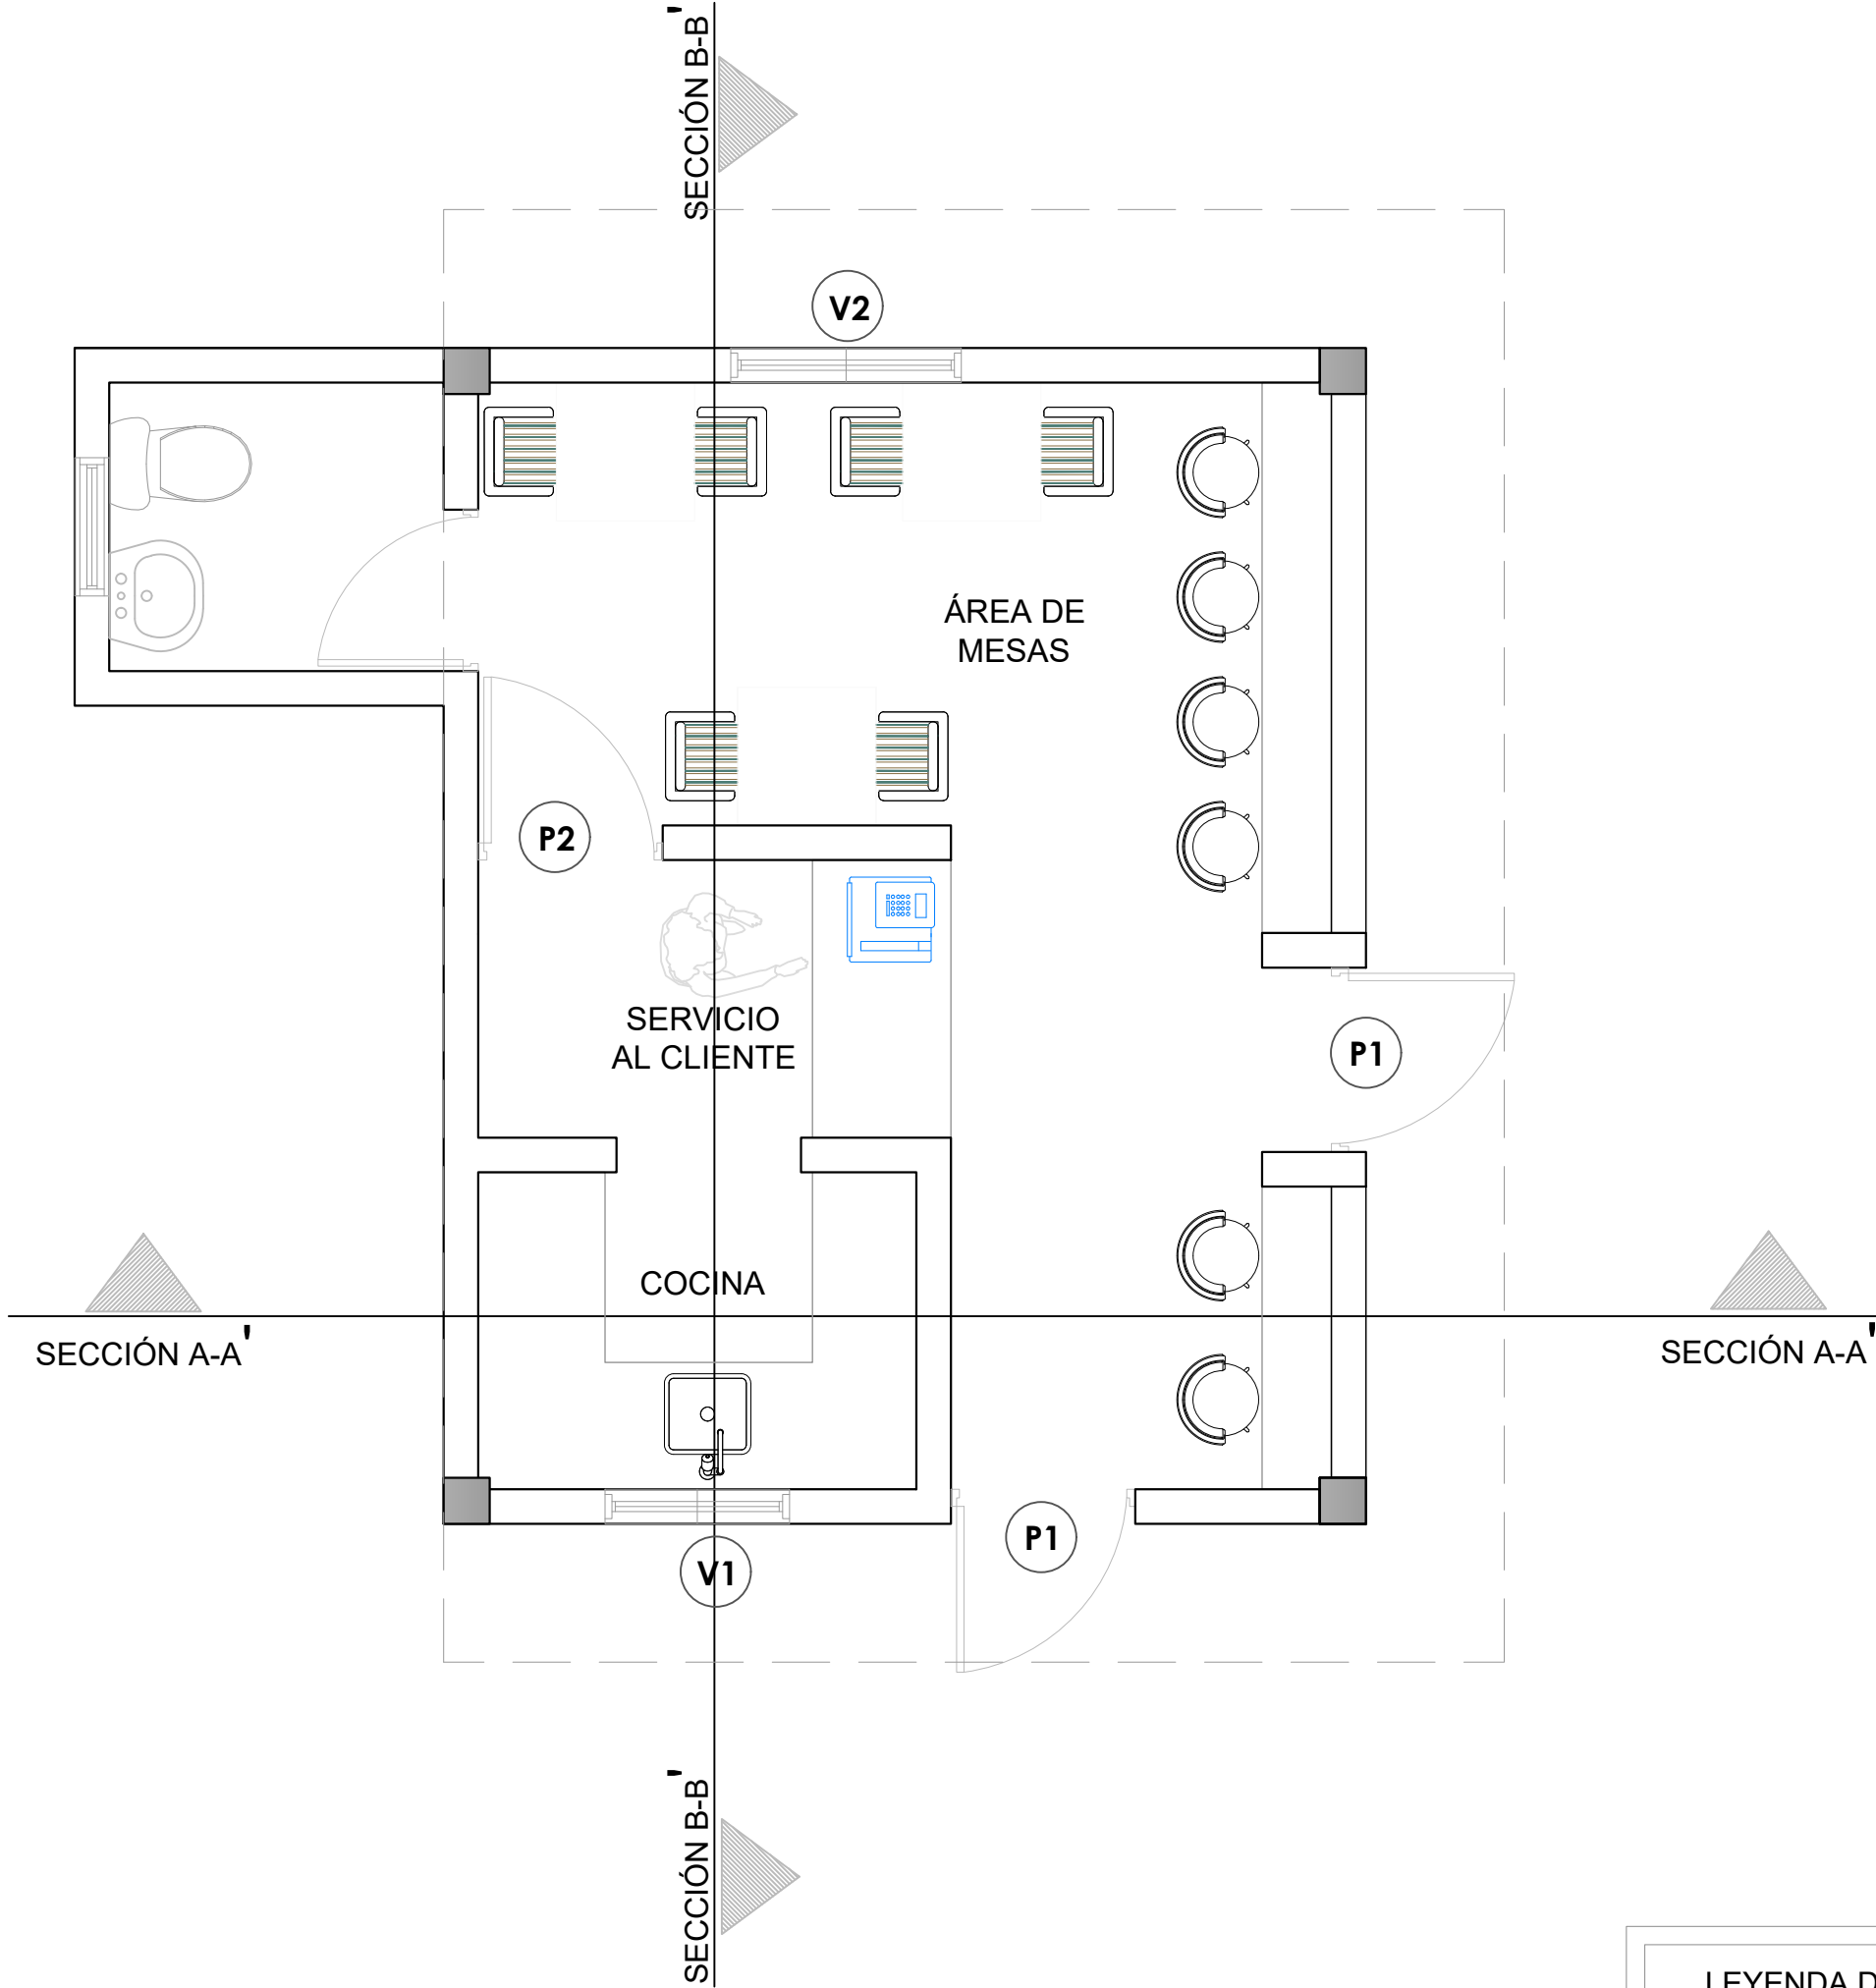



LEYENDA DE PUERTAS Y VENTANAS		
SIMBOLO	DESCRIPCION	CANTIDAD
V1	VENTANA DE CELOSIA METALICA Dim= 0.80m X 1.10m	1
V2	VENTANA DE CELOSIA METALICA Dim= 1.00m X 1.10m	1
P1	PUERTA COMERCIAL VIDRIO Y ALUMINIO Dim= 0.80 m X 2.10 m	2
P2	PUERTA POLIMETALICA Dim= 0.80 m X 2.10 m	1



PLANTA ARQUITECTÓNICA - CAFETERÍA

ESC. 1:20


*NOTA: ESTOS PLANOS PUEDEN SER MODIFICADOS Y/O ADECUADOS EN CAMPO.

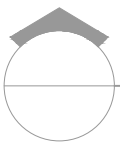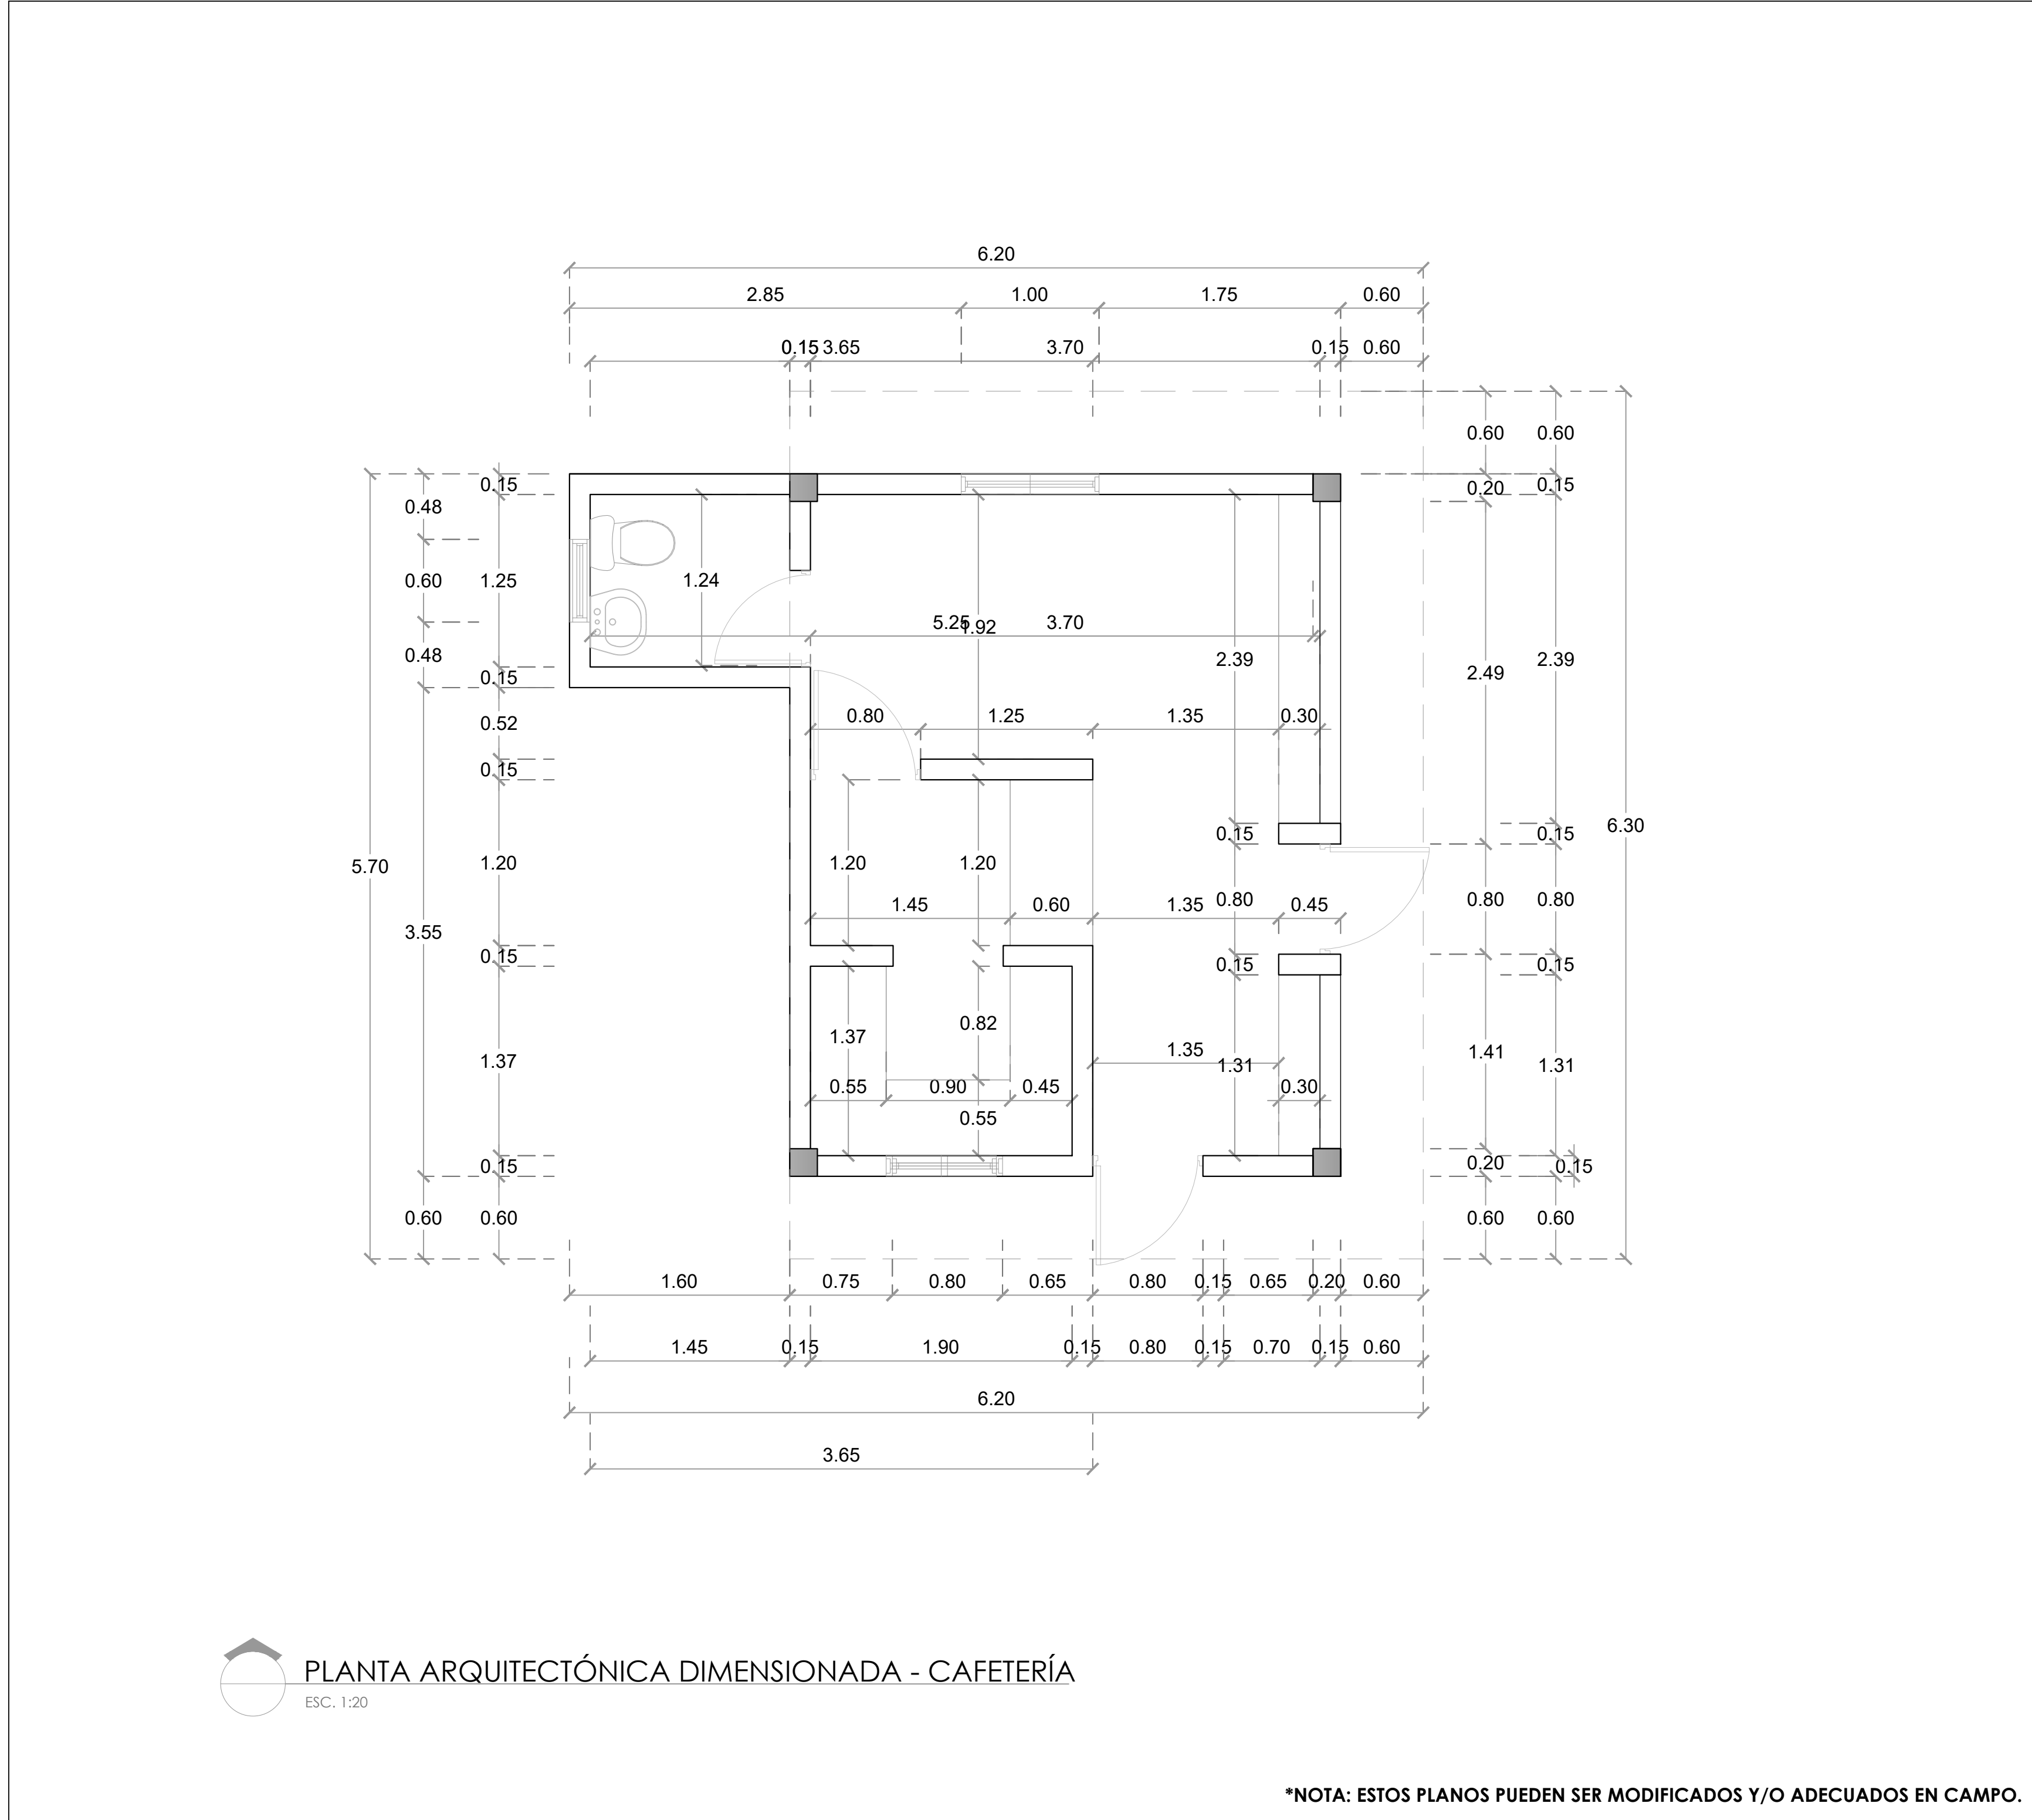

PLANTA ARQUITECTÓNICA DIMENSIONADA - CAFETERÍA

ESC. 1:20

*NOTA: ESTOS PLANOS PUEDEN SER MODIFICADOS Y/O ADECUADOS EN CAMPO.

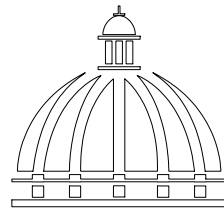

GOBIERNO DE LA
REPÚBLICA DOMINICANA

DIRECCIÓN DE DESARROLLO
PROVINCIAL
DDP

Ave. Dr. Delgado, Esq. Moises García,
Gazcue, Sto. Dgo., R.D.
TEL.: (809)-364-2189 | FAX.: (809)- 688-1665
E-Mail: info@cpadp.gob.do

PROYECTO:
**CONT. POLIDEPORTIVO LAS
BARIAS, BANI, PERAVIA**
Republica Dominicana

EQUIPO DE TRABAJO:

DISEÑO ARQUITECTÓNICO
ARQ.
codia 00000

ENC. INGENIERÍA
ING. FIOR DALIZA BONIFACIO
codia 00000

ESTRUCTURAL
ING.
codia 00000

ELÉCTRICO
ING. JUAN PEREZ
codia 00000

HIDRO-SANITARIO
ING. FRANCIS ESTEVEZ
codia 00000

SELLO DE APROBACIÓN:

FECHA:

CONTENIDO:

**PLANTA ARQUITECTÓNICA
DIMENSIONADA
CAFETERÍA**

ESCALA:

1:50

SEPTIEMBRE 2026

NO. PÁGINA:

025

PROYECTO:

**CONT. POLIDEPORTIVO LAS
BARIAS, BANI, PERAVIA**
Republica Dominicana

EQUIPO DE TRABAJO:

DISEÑO ARQUITECTÓNICO
ARQ.
codia 00000

ENC. INGENIERÍA
ING. FIOR DALIZA BONIFACIO
codia 00000

ESTRUCTURAL
ING.
codia 00000

ELÉCTRICO
ING. JUAN PEREZ
codia 00000

HIDRO-SANITARIO
ING. FRANCIS ESTEVEZ
codia 00000

SELLO DE APROBACIÓN:

FECHA:

CONTENIDO:

**PLANTA ARQUITECTÓNICA DE
PISO
CAFETERÍA**


ESCALA:

1:50



SEPTIEMBRE 2026

NO. PÁGINA:

026


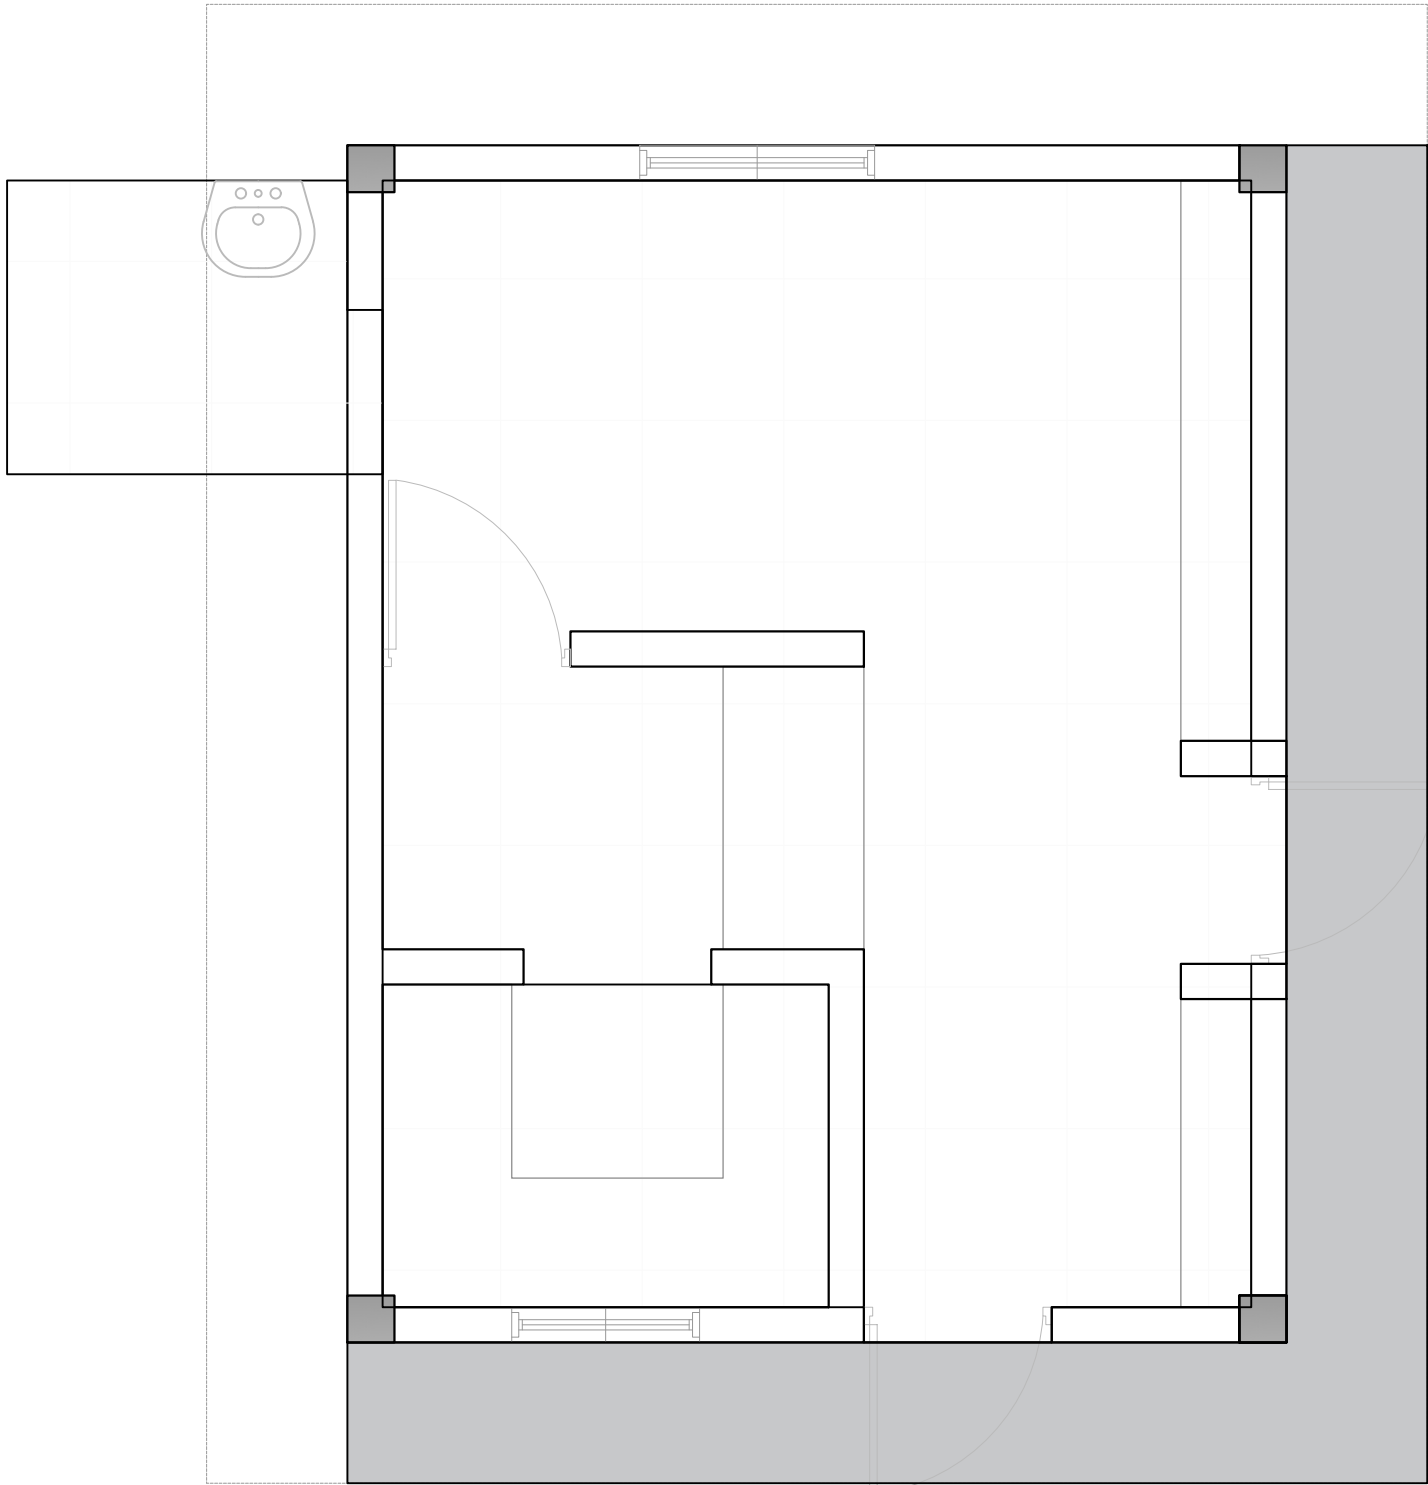


LEYENDA DE PISO		
SÍMBOLO	DESCRIPCIÓN	CANTIDAD
	HORMIGÓN	5.82 m2
	PORCELANATO CREMA 0.60 M X 0.60M	20.00 m2

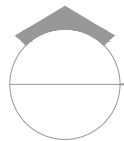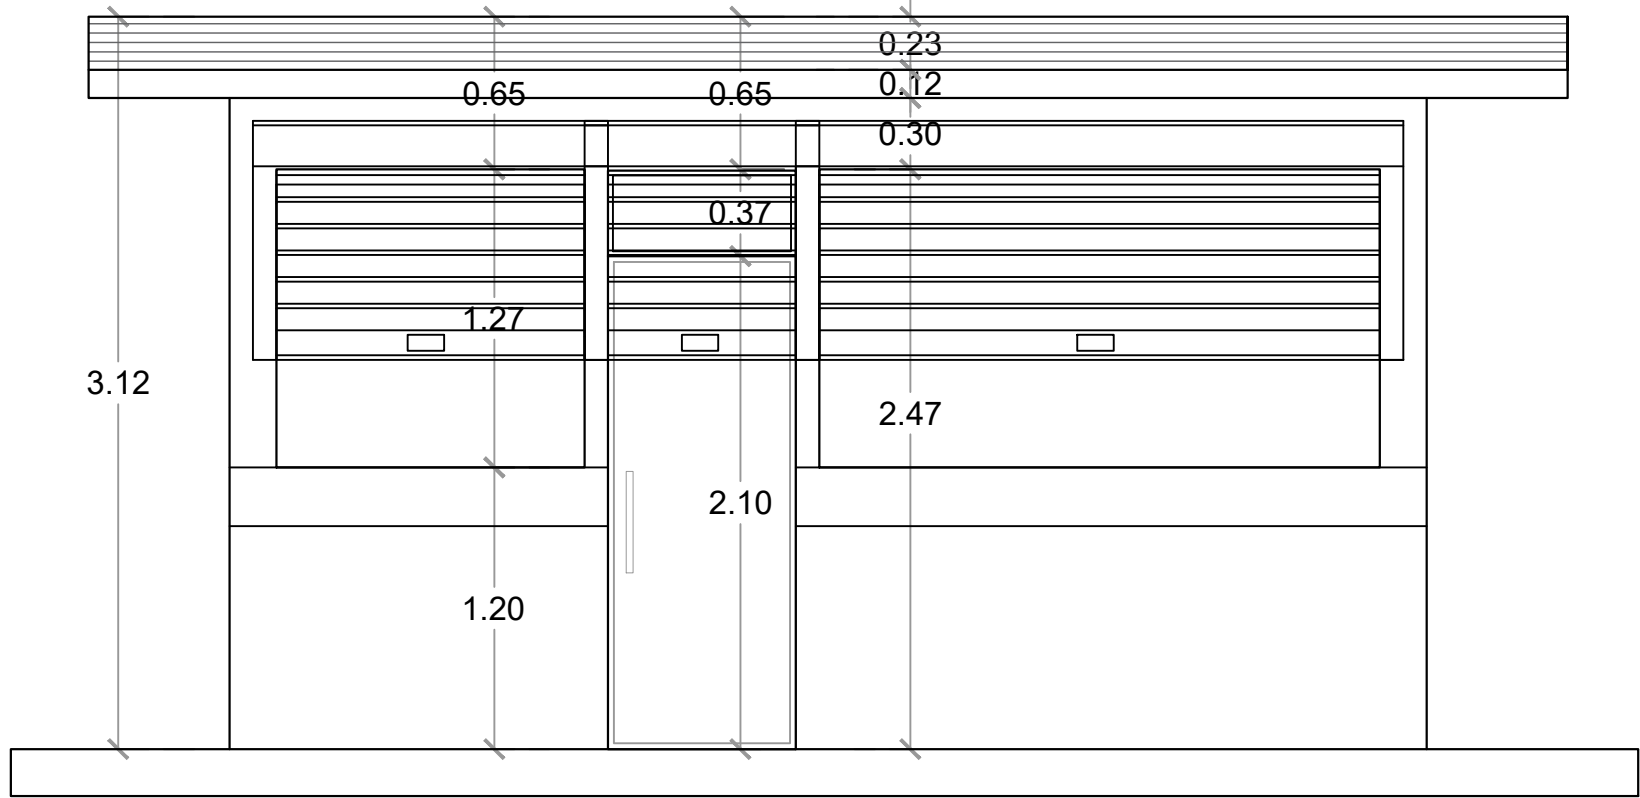


ELEVACIÓN FRONTAL - CAFETERÍA

ESC. 1:20

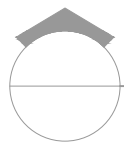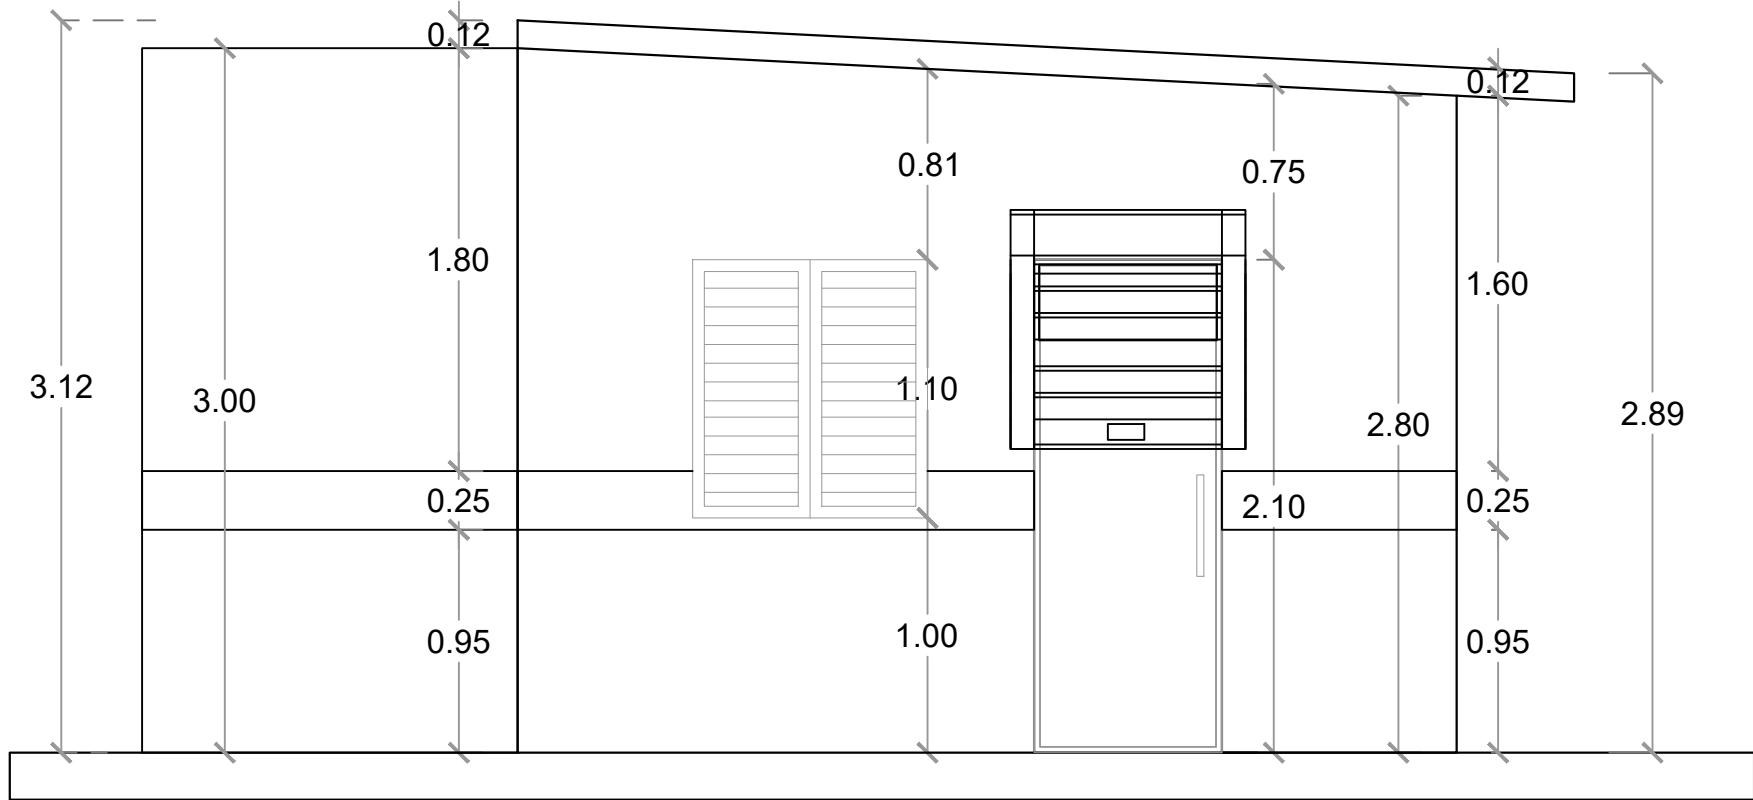

ELEVACIÓN LATERAL DERECHA - CAFETERÍA

ESC. 1:20

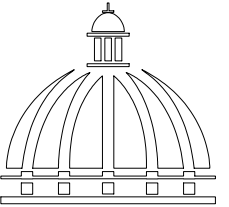

DIRECCIÓN DE DESARROLLO
PROVINCIAL
DDP

Ave. Dr. Delgado, Esq. Moisés García,
Gazcue, Sto. Dgo., R.D.
TEL.: (809)-364-2189 | FAX.: (809)- 688-1665
E-Mail: info@cpadp.gob.do

PROYECTO:
**CONT. POLIDEPORTIVO LAS
BARIAS, BANI, PERAVIA**
Republica Dominicana

EQUIPO DE TRABAJO:

DISEÑO ARQUITECTÓNICO
ARQ.
codia 00000

ENC. INGENIERÍA
ING. FIOR DALIZA BONIFACIO
codia 00000

ESTRUCTURAL
ING.
codia 00000

ELÉCTRICO
ING. JUAN PEREZ
codia 00000

HIDRO-SANITARIO
ING. FRANCIS ESTEVEZ
codia 00000

SELLO DE APROBACIÓN:

FECHA:

CONTENIDO:

ELEVACIONES CAFETERÍA

ESCALA:


1:50

SEPTIEMBRE 2026

NO. PÁGINA:

027

*NOTA: ESTOS PLANOS PUEDEN SER MODIFICADOS Y/O ADECUADOS EN CAMPO.

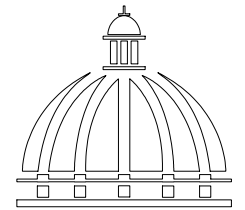

GOBIERNO DE LA
REPÚBLICA DOMINICANA

DIRECCIÓN DE DESARROLLO
PROVINCIAL
DDP

Ave. Dr. Delgado, Esq. Moisés García,
Gazcue, Sto. Dgo., R.D.
TEL.: (809)-364-2189 | FAX.: (809)- 688-1665
E-Mail: info@cpadp.gob.do

PROYECTO:
**CONT. POLIDEPORTIVO LAS
BARIAS, BANI, PERAVIA**
Republica Dominicana

EQUIPO DE TRABAJO:

DISEÑO ARQUITECTÓNICO
ARQ.
codia 00000

ENC. INGENIERÍA
ING. FIOR DALIZA BONIFACIO
codia 00000

ESTRUCTURAL
ING.
codia 00000

ELÉCTRICO
ING. JUAN PEREZ
codia 00000

HIDRO-SANITARIO
ING. FRANCIS ESTEVEZ
codia 00000

SELLO DE APROBACIÓN:

FECHA:

CONTENIDO:

ELEVACIONES CAFETERÍA


ESCALA:


1:50


SEPTIEMBRE 2026

NO. PÁGINA:

 028

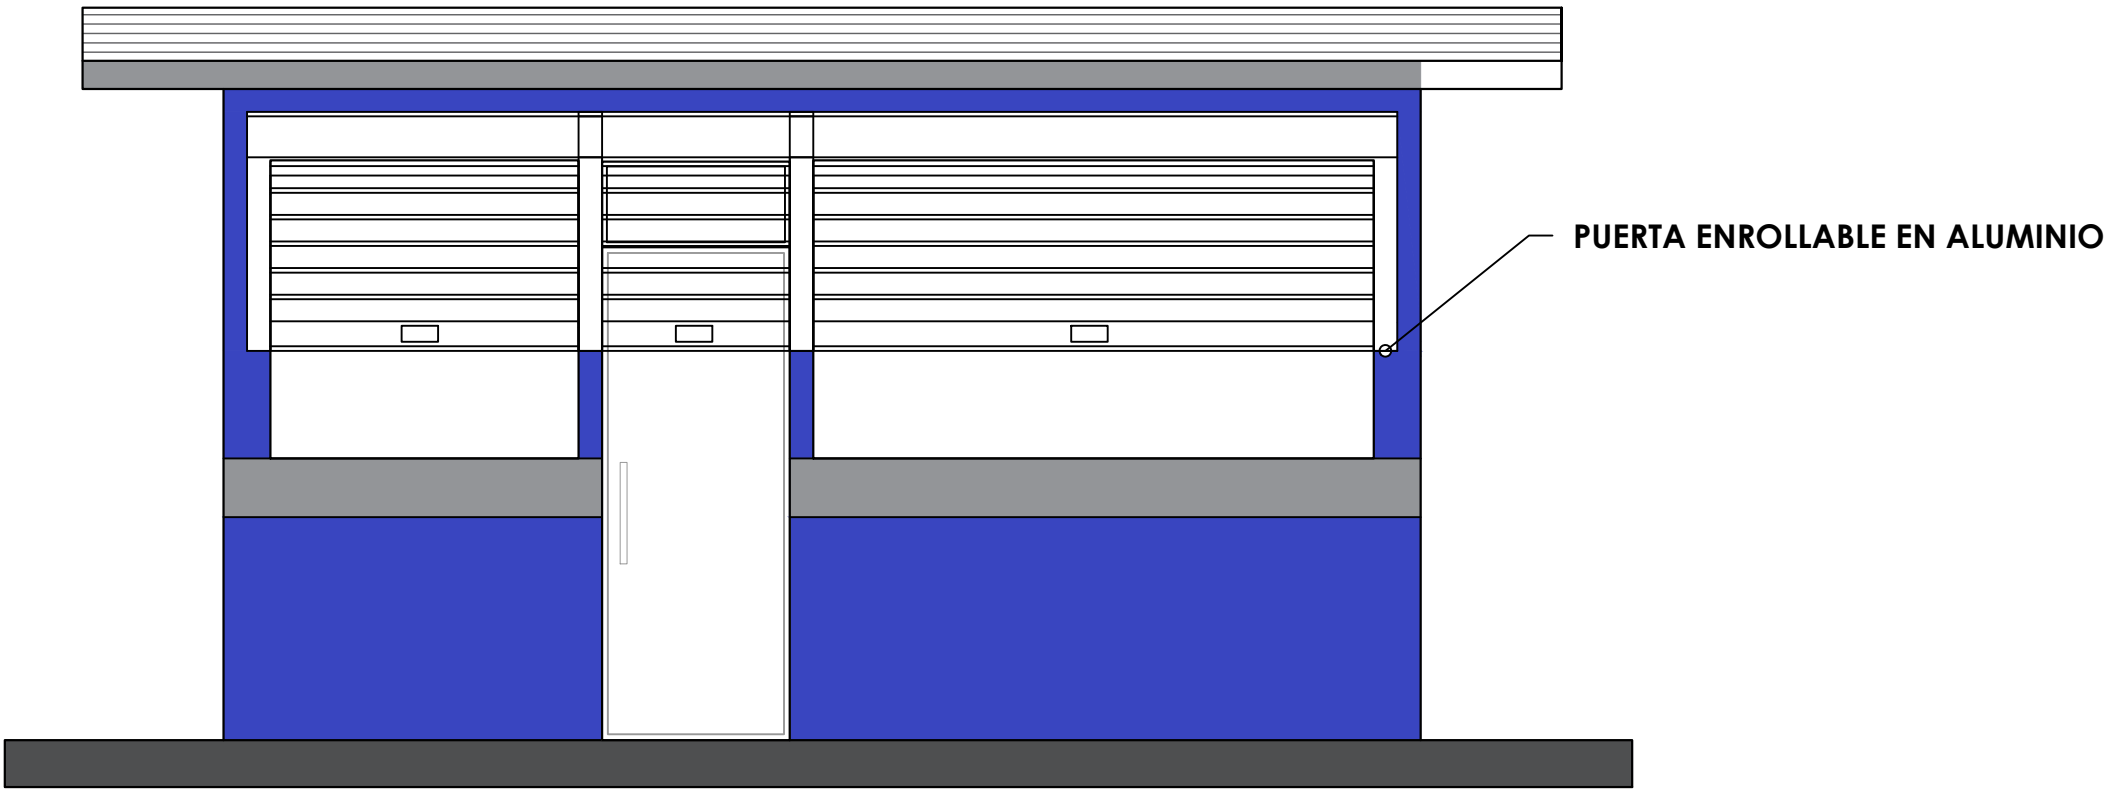

 **ELEVACIÓN FRONTAL - CAFETERÍA**
ESC. 1:20

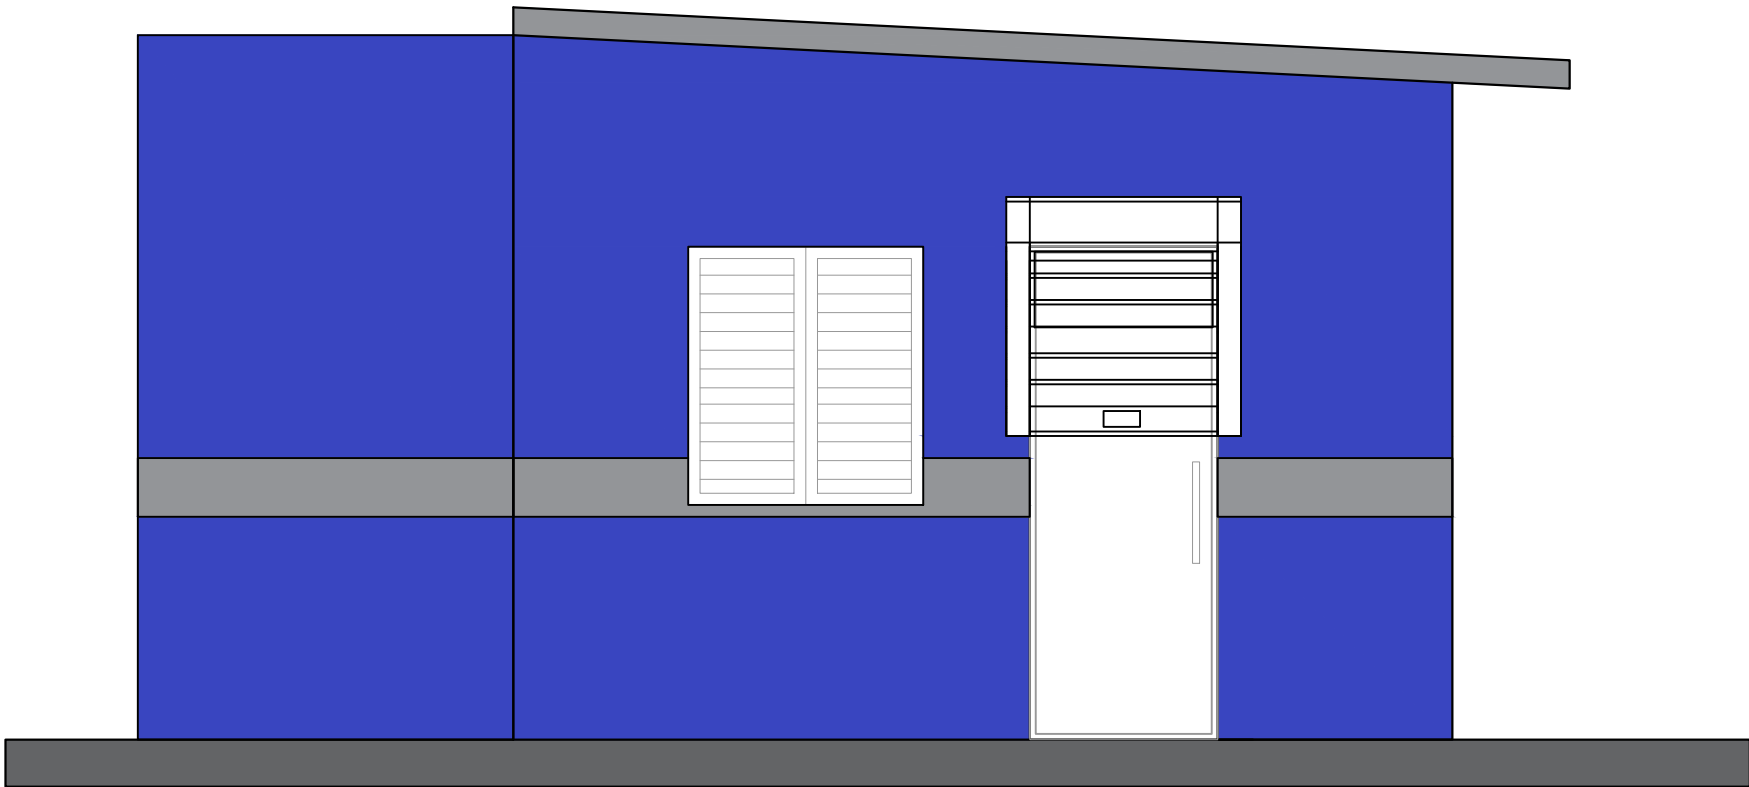


 **ELEVACIÓN LATERAL DERECHA - CAFETERÍA**
ESC. 1:20

Nota: Estos colores son una simulación

- Paredes exteriores, azul positivo 93 Pinturas Tropical
- Techo y interior, Blanco 00 Pinturas Popular
- Detalles, Gris 59 Pinturas Popular

***NOTA: ESTOS PLANOS PUEDEN SER MODIFICADOS Y/O ADECUADOS EN CAMPO.**

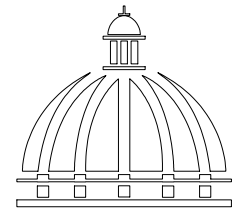

GOBIERNO DE LA
REPÚBLICA DOMINICANA

DIRECCIÓN DE DESARROLLO
PROVINCIAL
DDP

Ave. Dr. Delgado, Esq. Moises García,
Gazcue, Sto. Dgo., R.D.
TEL.: (809)-364-2189 | FAX.: (809)- 688-1665
E-Mail: info@cpadp.gob.do

PROYECTO:
**CONT. POLIDEPORTIVO LAS
BARIAS, BANI, PERAVIA**
Republica Dominicana

EQUIPO DE TRABAJO:

DISEÑO ARQUITECTÓNICO
ARQ. _____
codia 00000

ENC. INGENIERÍA
ING. FIOR DALIZA BONIFACIO
codia 00000

ESTRUCTURAL
ING. _____
codia 00000

ELÉCTRICO
ING. JUAN PEREZ
codia 00000

HIDRO-SANITARIO
ING. FRANCIS ESTEVEZ
codia 00000

SELLO DE APROBACIÓN:

FECHA: _____

CONTENIDO:

SECCIONES - CAFETERIA


ESCALA:

1:50


SEPTIEMBRE 2026

NO. PÁGINA:

029

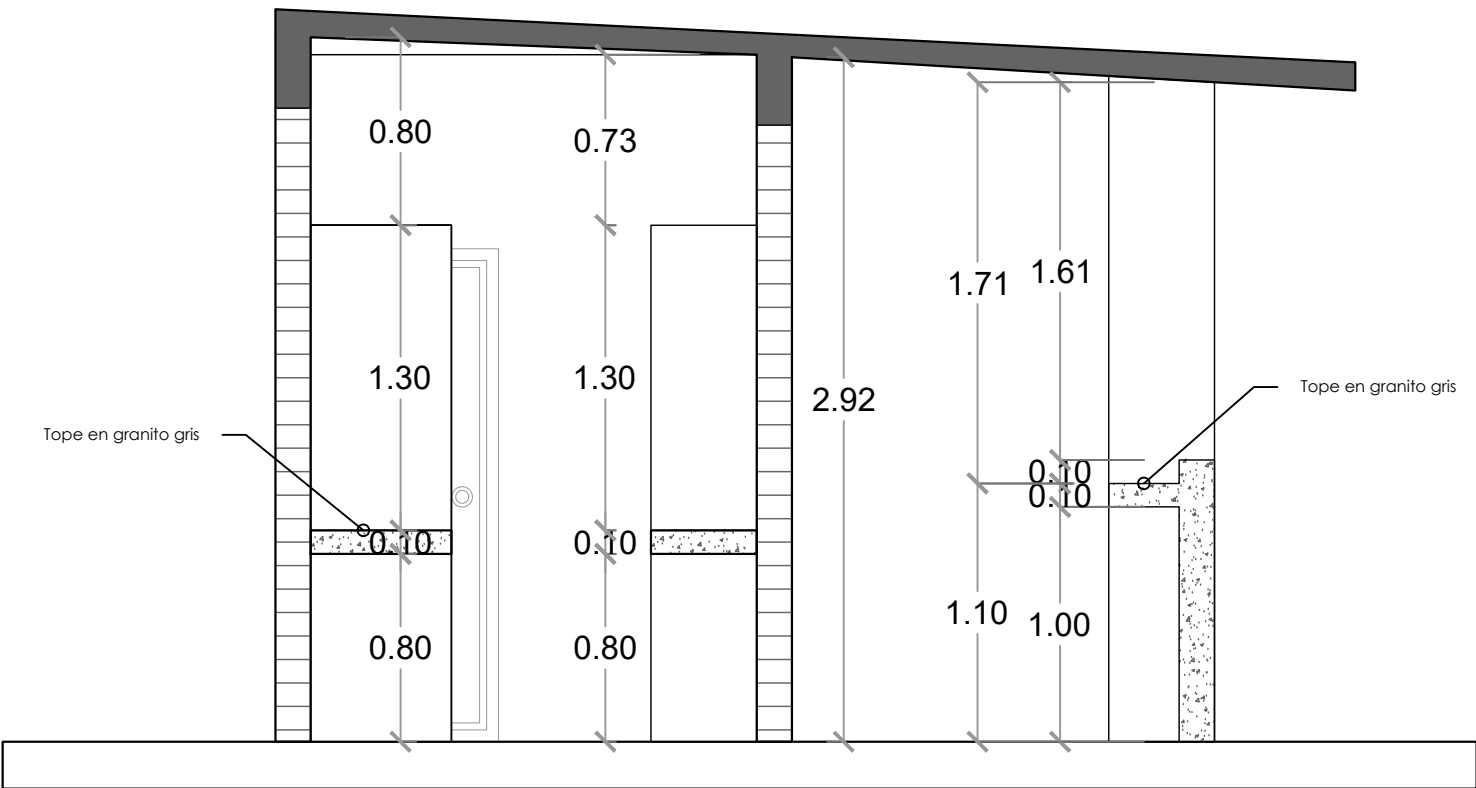

SECCIÓN A-A
ESC. 1:20

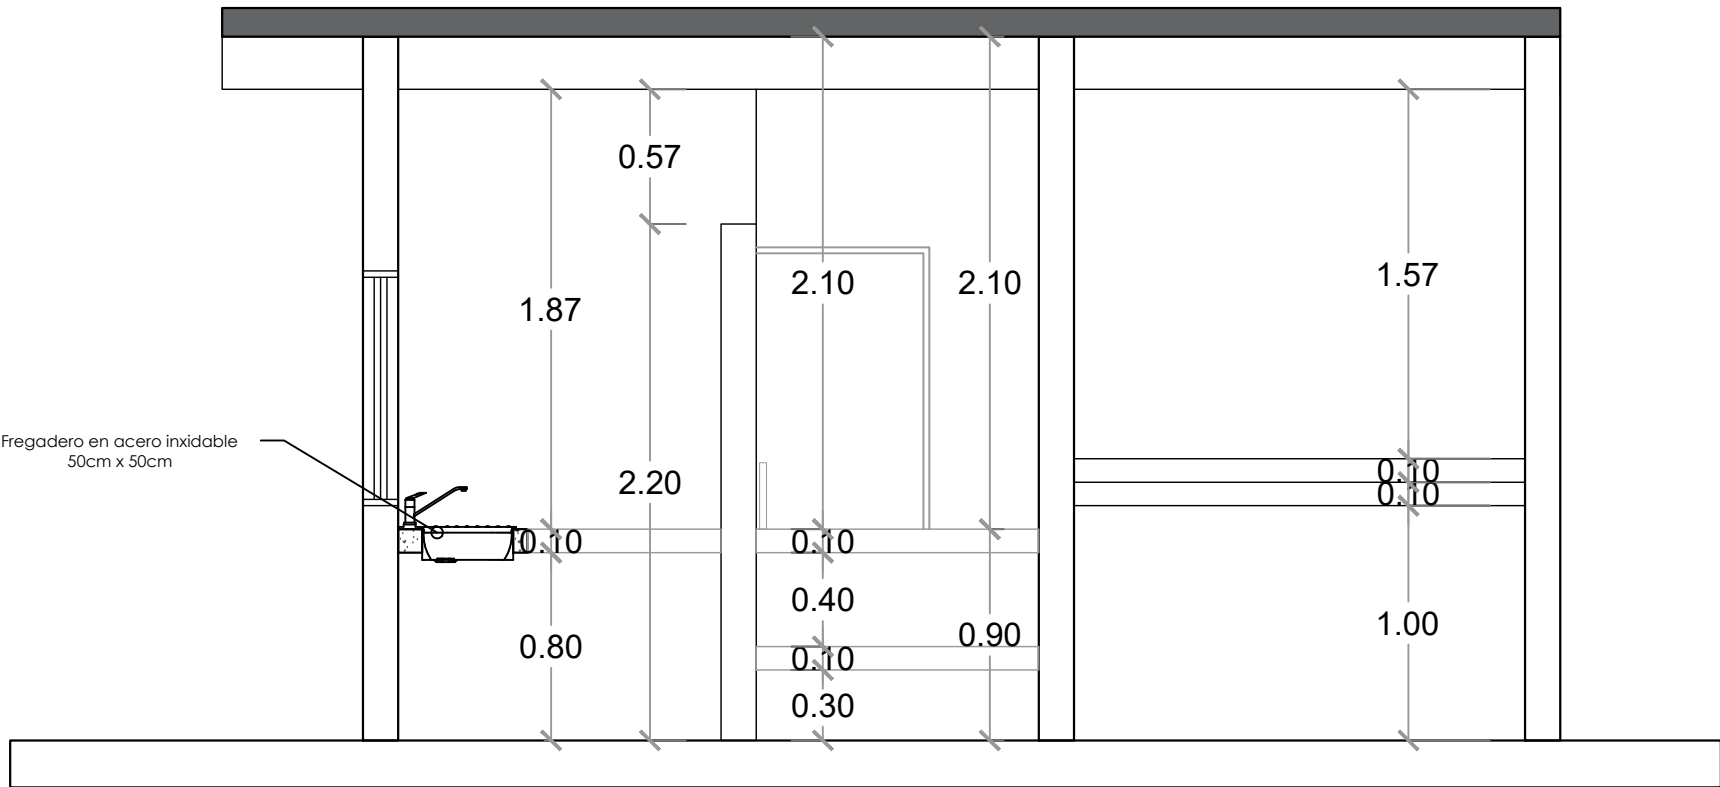

SECCIÓN B-B
ESC. 1:20

*NOTA: ESTOS PLANOS PUEDEN SER MODIFICADOS Y/O ADECUADOS EN CAMPO.

PROYECTO:

**CONT. POLIDEPORTIVO LAS
BARIAS, BANI, PERAVIA**
Republica Dominicana

EQUIPO DE TRABAJO:

DISEÑO ARQUITECTÓNICO
ARQ. _____
codia 00000 _____

ENC. INGENIERÍA
ING. FIOR DALIZA BONIFACIO
codia 00000 _____

ESTRUCTURAL
ING. _____
codia 00000 _____

ELÉCTRICO
ING. JUAN PEREZ
codia 00000 _____

HIDRO-SANITARIO
ING. FRANCIS ESTEVEZ
codia 00000 _____

SELLO DE APROBACIÓN:

FECHA: _____

CONTENIDO:

**PLANTA TÉCNICA DE INST.
ELÉCTRICAS ILUMINACIÓN
CAFETERÍA**


ESCALA:

1:50

SEPTIEMBRE 2026

NO. PÁGINA:

030

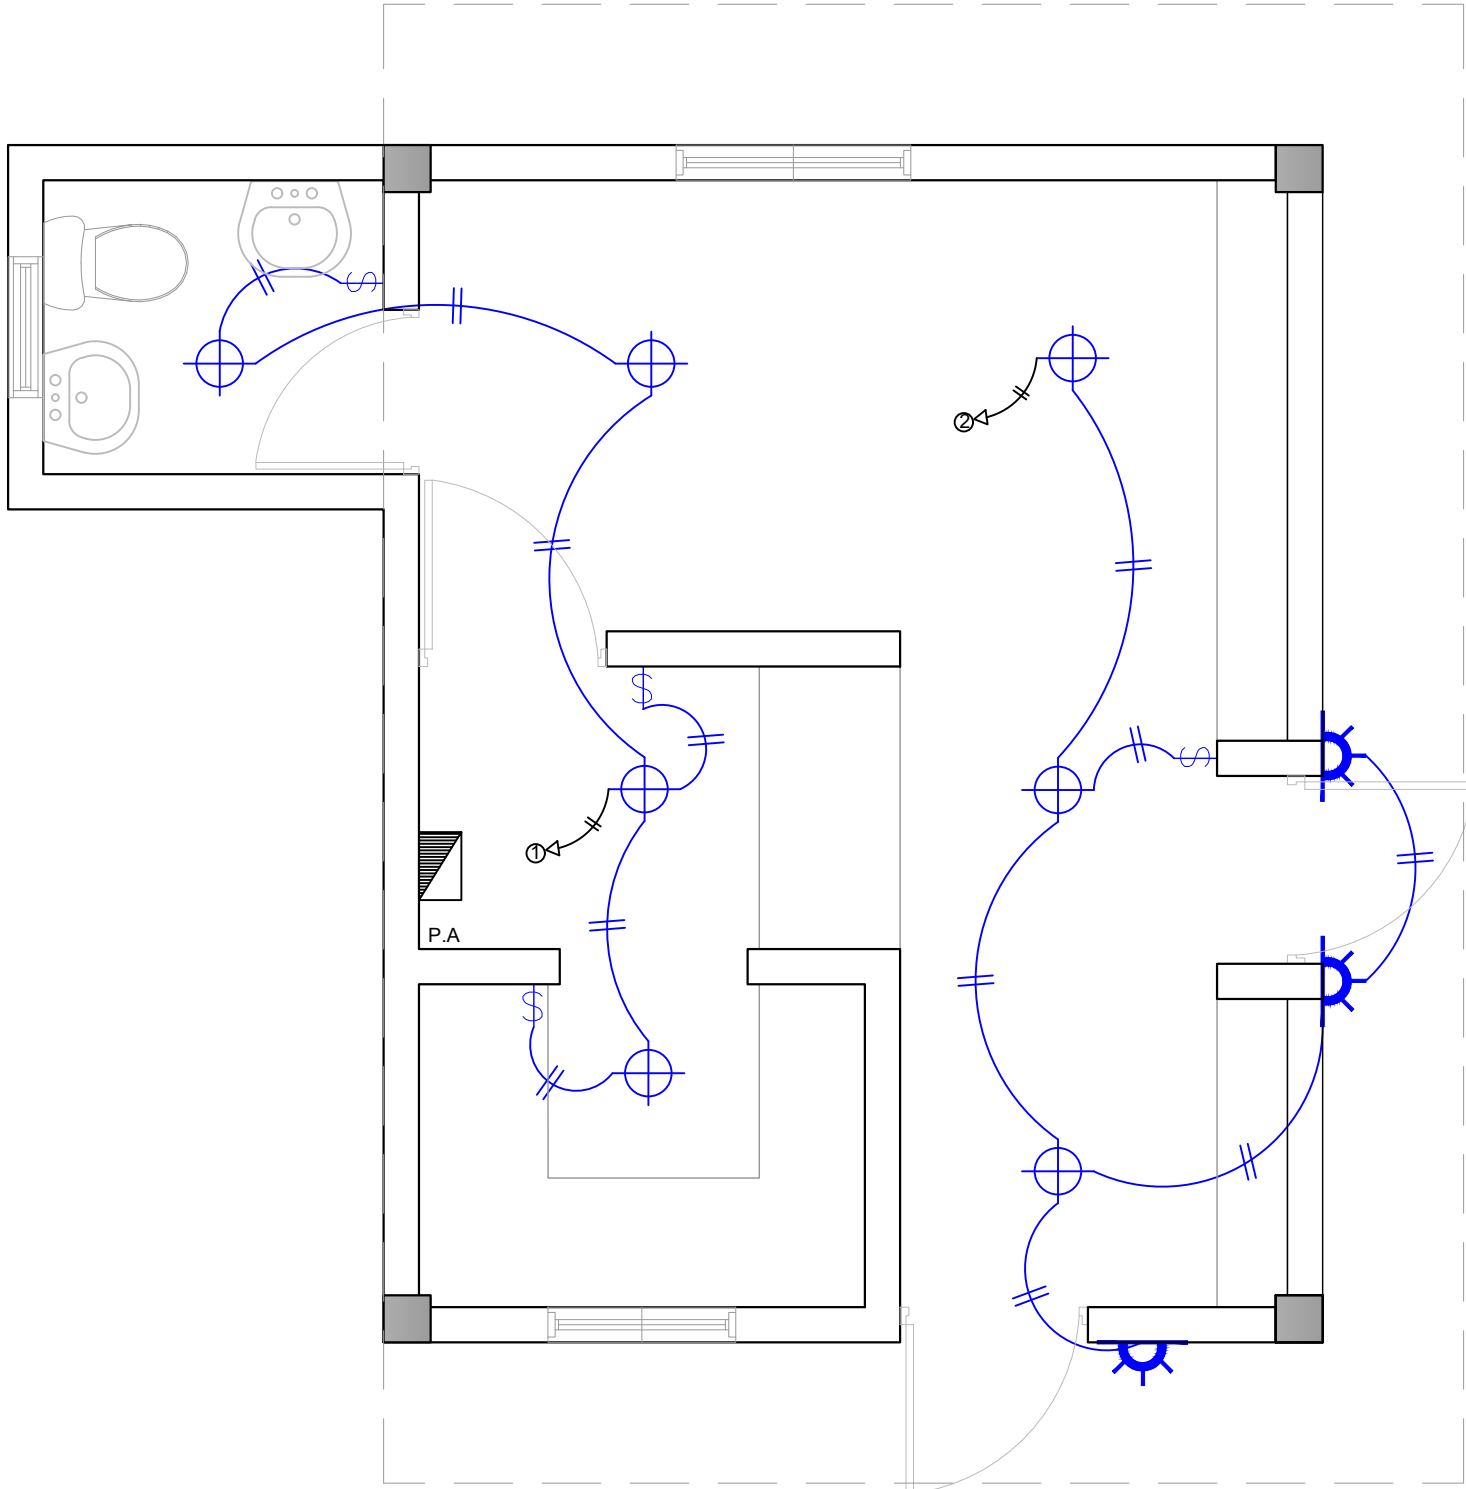

LEYENDA	
SIMBOLOGÍA	NOMBRE
	Luces de Techo
	Luces colgante tipo campana
	Lampara flour 4x4
	Lampara flour 2x4
	Luces de Pared
	Interruptores sencillo, 15A, 120V
	Interruptores doble, 15A, 120V
	Interruptores triple, 15A, 120V
	Interruptores 3 Way, 15A, 120V
	Interruptores 4 Way, 15A, 120V
	Interruptores Con luz piloto, 15A, 120V
	Luces en Poste
	Luces de Estadio
	Toma Corriente 120V, Doble, 20A
	Toma Corriente 240V, Sencillo, 30A
	Toma Corriente 120 de UPS, Doble, 20A
	Teléfono
	Antena de Televisión
	Data
	Hacia el Panel con 2 hilos
	Hacia el Panel con 3 hilos
	Tubería Empotrada en Losa
	Tubería Empotrada en Tierra
	Panel de Distribución Eléctrica
	Panel Board
	Breaker
	Registro
	Medidor o contador
	Transformador
	Abanico de Techo
	Equipos Eléctricos
	Transfer Switch
	Módulo de Contador
	Enclosed Breaker
	Tubería Empotrada con 3 hilos
	Inversor, UPS

***NOTA: ESTOS PLANOS PUEDEN SER MODIFICADOS Y/O ADECUADOS EN CAMPO.**

PROYECTO:

**CONT. POLIDEPORTIVO LAS
BARIAS, BANI, PERAVIA**
Republica Dominicana

EQUIPO DE TRABAJO:

DISEÑO ARQUITECTÓNICO
ARQ. _____
codia 00000 _____

ENC. INGENIERÍA
ING. FIOR DALIZA BONIFACIO
codia 00000 _____

ESTRUCTURAL
ING. _____
codia 00000 _____

ELÉCTRICO
ING. JUAN PEREZ
codia 00000 _____

HIDRO-SANITARIO
ING. FRANCIS ESTEVEZ
codia 00000 _____

SELLO DE APROBACIÓN:

FECHA: _____

CONTENIDO:

**PLANTA TÉCNICA DE INST.
TOMACORRIENTE ILUMINACIÓN
CAFETERÍA**


ESCALA:

1:50

SEPTIEMBRE 2026

NO. PÁGINA:

031

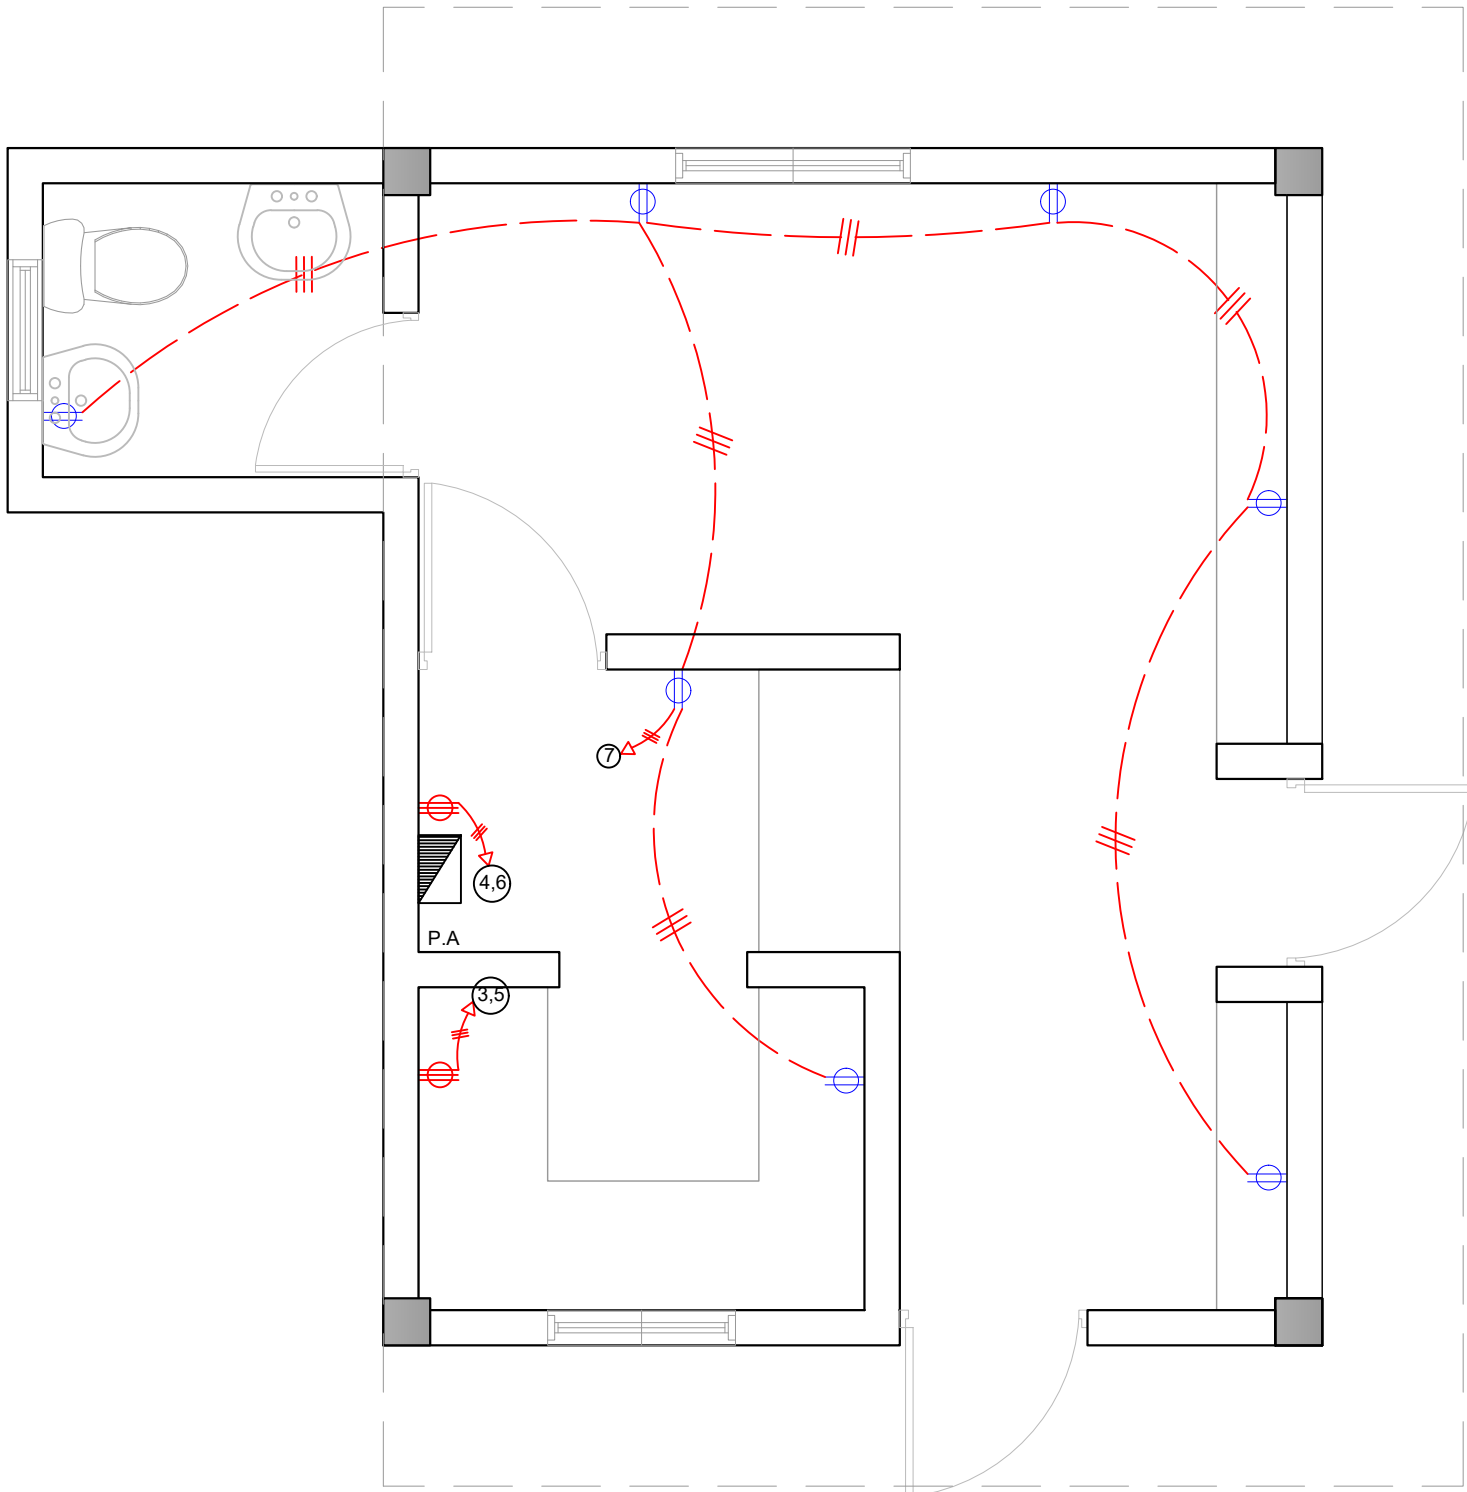

PLANTA TÉCNICA DE INST. ELÉCTRICAS
ILUMINACIÓN- CAFETERÍA

LEYENDA	
SIMBOLOGÍA	NOMBRE
	Luces de Techo
	Luces colgante tipo campana
	Lampara flour 4x4
	Lampara flour 2x4
	Luces de Pared
	Interruptores sencillo, 15A, 120V
	Interruptores doble, 15A, 120V
	Interruptores triple, 15A, 120V
	Interruptores 3 Way, 15A, 120V
	Interruptores 4 Way, 15A, 120V
	Interruptores Con luz piloto, 15A, 120V
	Luces en Poste
	Luces de Estadio
	Toma Corriente 120V, Doble, 20A
	Toma Corriente 240V, Sencillo, 30A
	Toma Corriente 120 de UPS, Doble, 20A
	Teléfono
	Antena de Televisión
	Data
	Hacia el Panel con 2 hilos
	Hacia el Panel con 3 hilos
	Tubería Empotrada en Losa
	Tubería Empotrada en Tierra
	Panel de Distribución Eléctrica
	Panel Board
	Breaker
	Registro
	Medidor o contador
	Transformador
	Abanico de Techo
	Equipos Eléctricos
	Transfer Switch
	Módulo de Contador
	Enclosed Breaker
	Tubería Empotrada con 3 hilos
	Inversor, UPS

*NOTA: ESTOS PLANOS PUEDEN SER MODIFICADOS Y/O ADECUADOS EN CAMPO.

PROYECTO:

**CONT. POLIDEPORTIVO LAS
BARIAS, BANI, PERAVIA**
Republica Dominicana

EQUIPO DE TRABAJO:

DISEÑO ARQUITECTÓNICO
ARQ. _____
codia 00000 _____

ENC. INGENIERÍA
ING. FIOR DALIZA BONIFACIO
codia 00000 _____

ESTRUCTURAL
ING. _____
codia 00000 _____

ELÉCTRICO
ING. JUAN PEREZ
codia 00000 _____

HIDRO-SANITARIO
ING. FRANCIS ESTEVEZ
codia 00000 _____

SELLO DE APROBACIÓN:

FECHA: _____

CONTENIDO:

DETALLE ELÉCTRICO- CAFETERÍA

ESCALA:


1:50


SEPTIEMBRE 2026

NO. PÁGINA:

032

PANEL: <u>PA</u>			<u>4</u> CONDUCTORES								ESPACIOS: <u>12</u>		
LUGAR: <u>COCINA</u>			SIMILAR: <u>GE</u> CAT: <u>THQC12420</u>								TENSIÓN: <u>120/240</u> VAC		
FASE: <u>2</u>			INTERRUPTOR PRINCIPAL					BREAKERS			BARRAS: <u>75</u> AMP		
			<u>40/2</u> AMP <u>THQAL</u> TIPO					TIPO: <u>THQAL</u>					
KVA	DESCRIPCIÓN	DUCT.	CAL	BKR	NO.	A	B	NO.	BKR	CAL	DUCT.	DESCRIPCIÓN	KVA
0.40	Iluminación	1/2"	12	20	1			2	20	12	1/2"	Iluminación	0.50
1.50	Toma Corriente 240v	3/4"	10	30	3			4	30	10	3/4"	Toma Corriente 240v	1.50
1.50	Toma Corriente 240v	3/4"	10	30	5			6	30	10	3/4"	Toma Corriente 240v	1.50
1.26	Toma Corriente 120v	1/2"	12	20	7			8					
					9			10					
					11			12					
CARGA CONECTADA: <u>8.16</u> KVA			DEMANDA MAXIMA: <u>8.16</u> KVA			ALIMENTADOR:							
ILUMINACIÓN: <u>0.90</u> KVA			CARGA DE DISEÑO: <u>7.34</u> KVA			<u>2</u> THW CAL. NO. <u>6</u>							
TOMACORRIENTE: <u>7.26</u> KVA			CORRIENTE DE DISEÑO: <u>30.60</u> AMP			<u>1</u> THW CAL. NO. <u>8</u>							
OTROS: <u>-</u> KVA			FACTOR DE DEMANDA: <u>90</u> %			<u>1</u> THW CAL. NO. <u>12</u>							
FASE A: <u>3.90</u> KVA			CARGA RESERVA: <u>0.82</u> KVA			DUCTO DIAM: <u>1"</u> TIPO: <u>pvc</u>							
FASE B: <u>4.26</u> KVA			NEUTRO: <u>30.60</u> Amps										

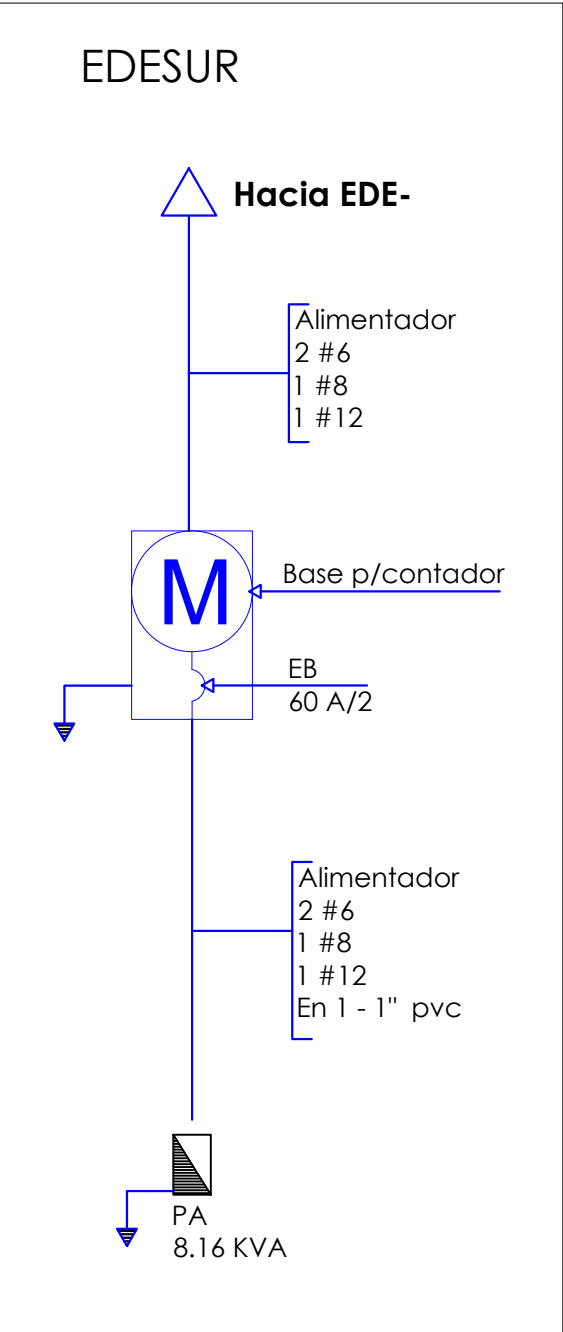

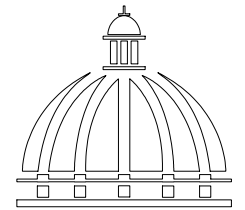

GOBIERNO DE LA
REPÚBLICA DOMINICANA

DIRECCIÓN DE DESARROLLO
PROVINCIAL
DDP

Ave. Dr. Delgado, Esq. Moises García,
Gazcue, Sto. Dgo., R.D.
TEL.: (809)-364-2189 | FAX.: (809)- 688-1665
E-Mail: info@cpadp.gob.do

PROYECTO:
**CONT. POLIDEPORTIVO LAS
BARIAS, BANI, PERAVIA**
Republica Dominicana

EQUIPO DE TRABAJO:
DISEÑO ARQUITECTÓNICO
ARQ. _____
codia 00000

ENC. INGENIERÍA
ING. FIOR DALIZA BONIFACIO
codia 00000

ESTRUCTURAL
ING. _____
codia 00000

ELÉCTRICO
ING. JUAN PEREZ
codia 00000

HIDRO-SANITARIO
ING. FRANCIS ESTEVEZ
codia 00000

SELLO DE APROBACIÓN:

FECHA: _____

CONTENIDO:

**PLANTA SANITARIA
CAFETERÍA**


ESCALA:

1:50

SEPTIEMBRE 2026


NO. PÁGINA:

033

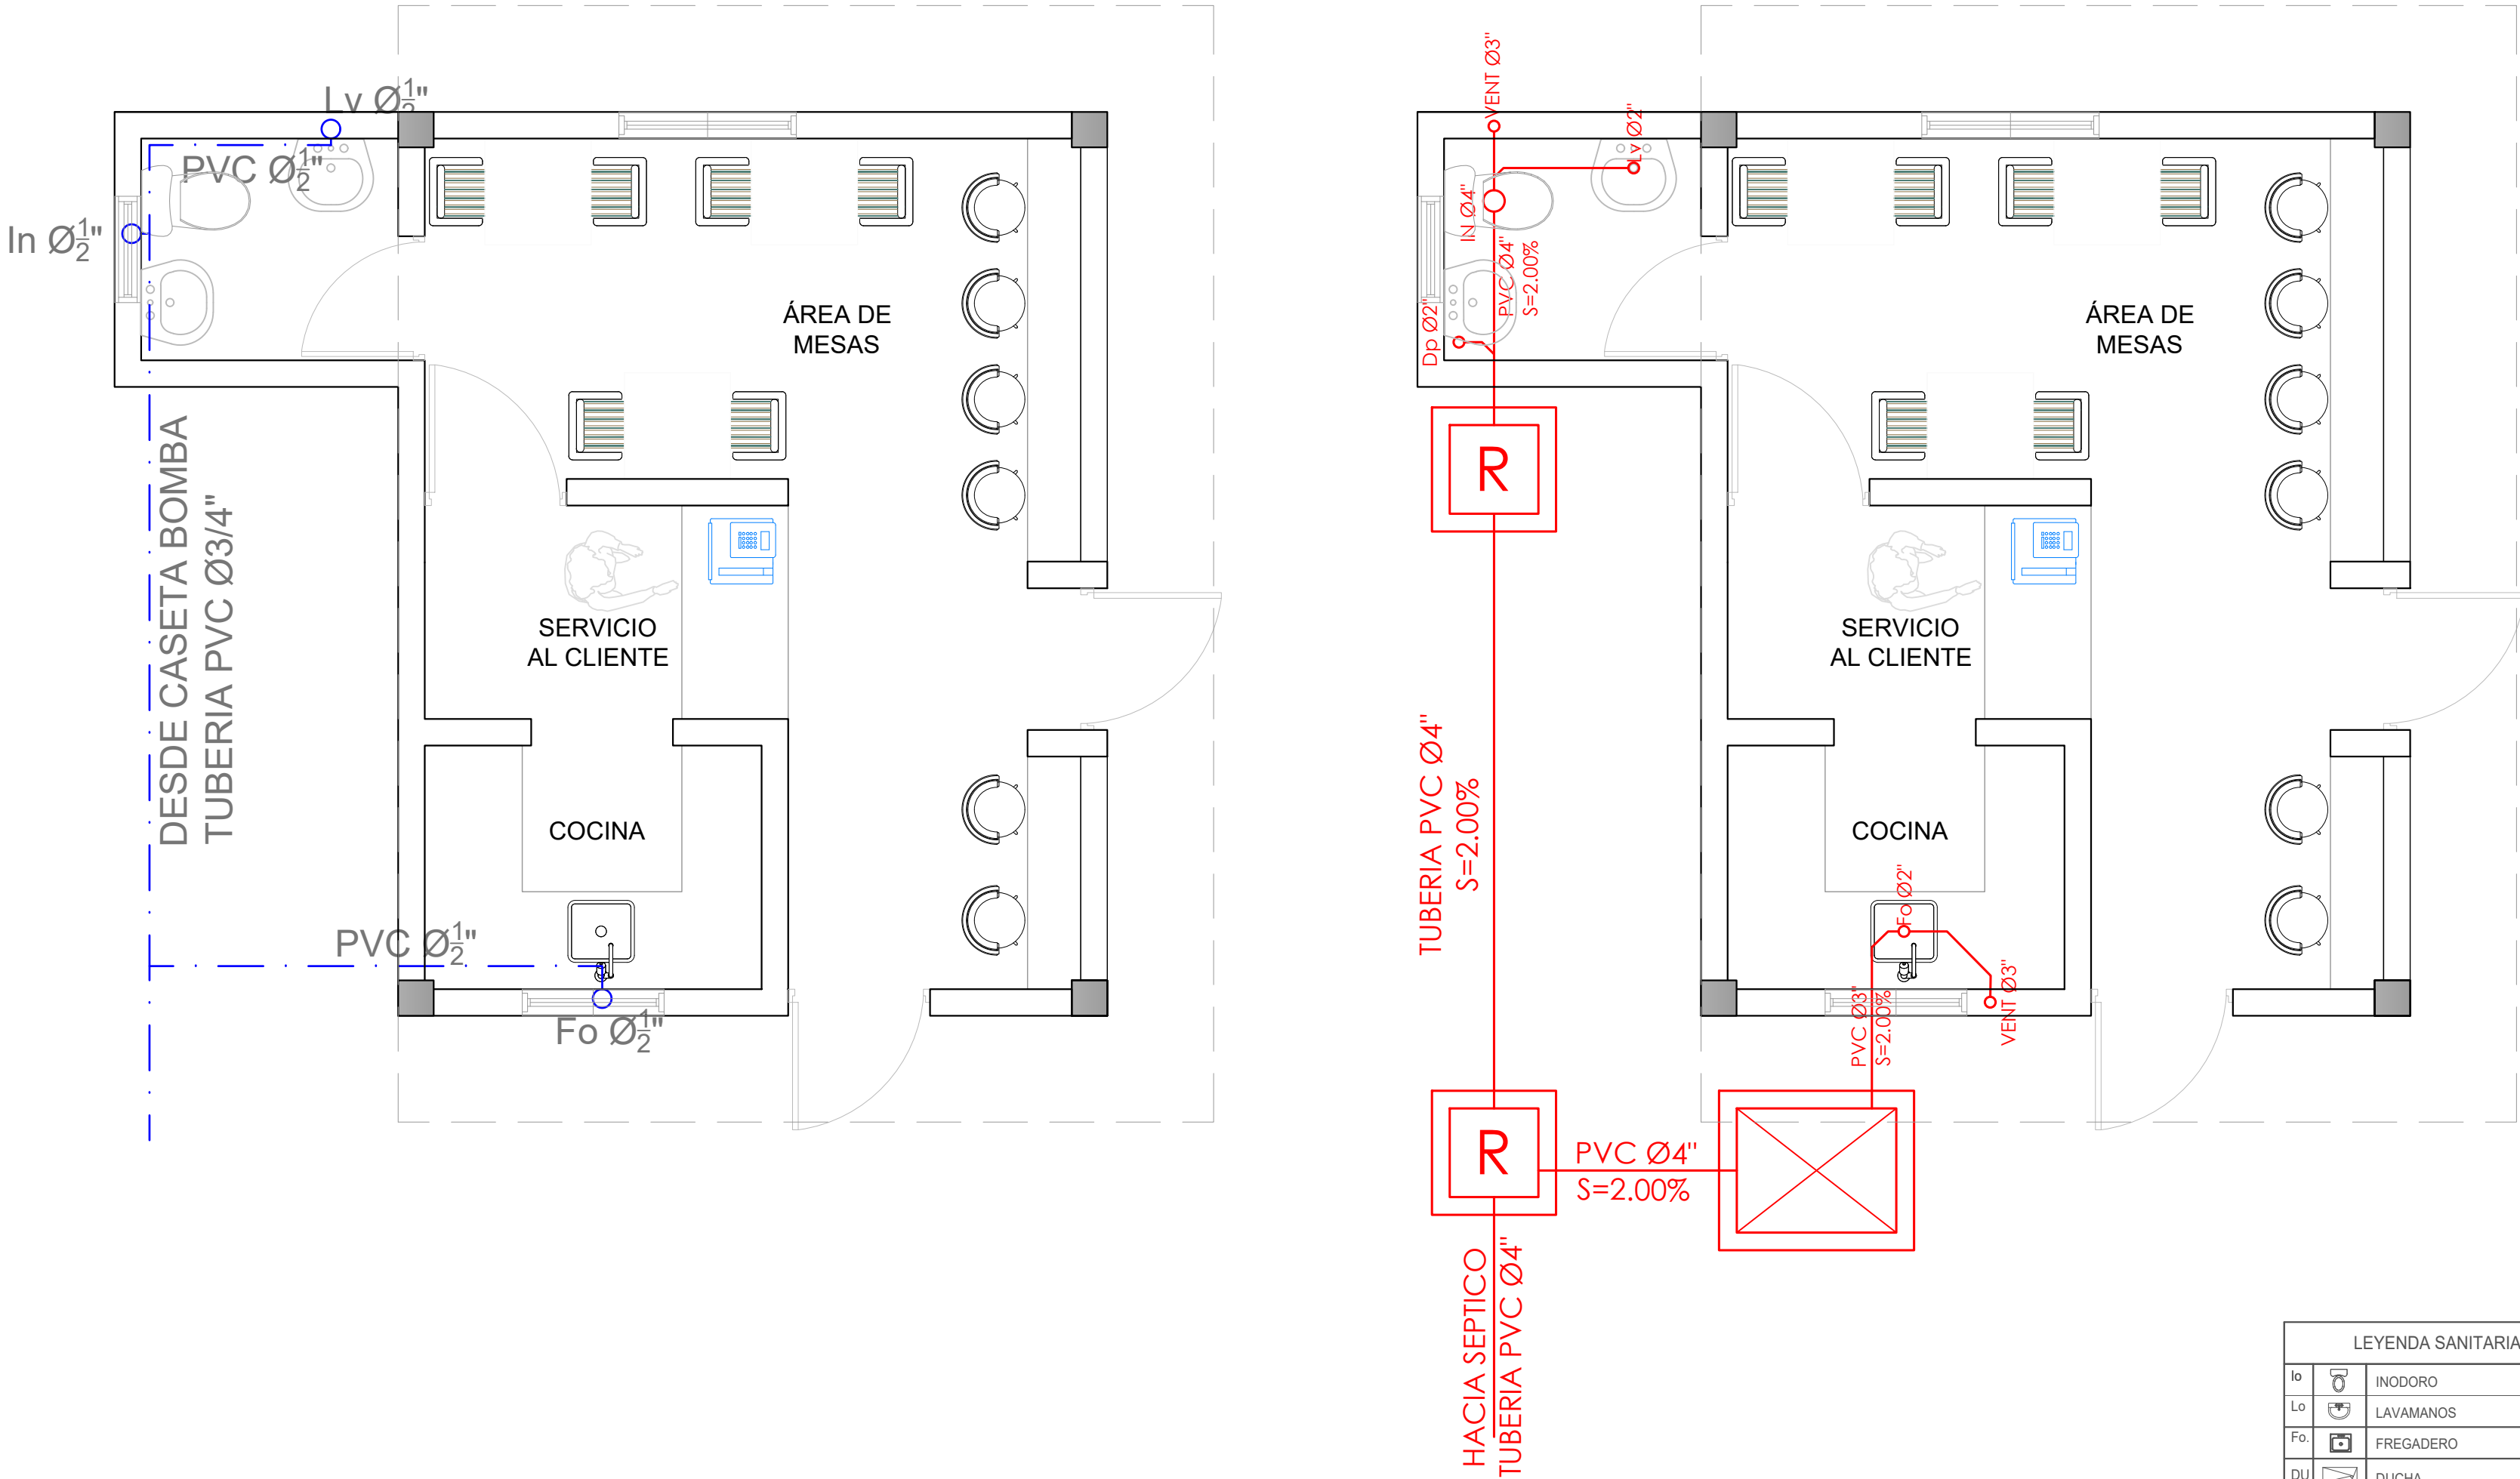


LEYENDA SANITARIA		
Io		INODORO
Lo		LAVAMANOS
Fo		FREGADERO
DU		DUCHA
Dp		DESAGUE DE PISO
CL		CALENTADOR ELÉCTRICO
Vp		VALVULA DE PASO
C.I.		CAJA DE INSPECCIÓN
T.G.		TRAMPA DE GRASA
VENT		COLUMNA DE VENTILACIÓN
BD		BAJANTE DESCARGA
S.		PENDIENTE EN %
		TUBERIA AGUAS POTABLE FRIA
		TUBERIA AGUAS NEGRAS
CF		COLUMNA DE AGUA FRIA

 *NOTA: ESTOS PLANOS PUEDEN SER MODIFICADOS Y/O ADECUADOS EN CAMPO.



PLANTA SANITARIA DE CAFETERÍA - AGUA POTABLE Y AGUAS RESIDUALES

ESC. 1:20

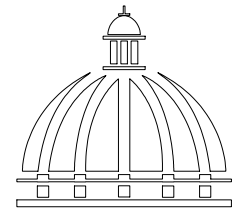

GOBIERNO DE LA
REPÚBLICA DOMINICANA

DIRECCIÓN DE DESARROLLO
PROVINCIAL
DDP

Ave. Dr. Delgado, Esq. Moises García,
Gazcue, Sto. Dgo., R.D.
TEL.: (809)-364-2189 | FAX.: (809)- 688-1665
E-Mail: info@cpadp.gob.do

PROYECTO:
**CONT. POLIDEPORTIVO LAS
BARIAS, BANI, PERAVIA**
Republica Dominicana

EQUIPO DE TRABAJO:

DISEÑO ARQUITECTÓNICO
ARQ. _____
codia 00000

ENC. INGENIERÍA
ING. FIOR DALIZA BONIFACIO
codia 00000

ESTRUCTURAL
ING. _____
codia 00000

ELÉCTRICO
ING. JUAN PEREZ
codia 00000

HIDRO-SANITARIO
ING. FRANCIS ESTEVEZ
codia 00000

SELLO DE APROBACIÓN:

FECHA: _____

CONTENIDO:

PLANTA ELÉCTRICA
NIVEL 2 - EDIFICIO AULAS

ESCALA:

1:50

SEPTIEMBRE 2026

NO. PÁGINA:

034

Puerta para malla electrosoldada con pliegues "Hercules" Modelo Versátil.
Dimensiones: Alto 2m Ancho 90cm
Acabado: Galvanizado, también disponibles lacados de color gris antracita.


Poste Hercules soldado, Sección
60×40 mm

Muro de hormigon h=0.50
Ancho=0.15m

MALLA HÉRCULES.


ENTRADA

COLUMNAS EN HORMIGON

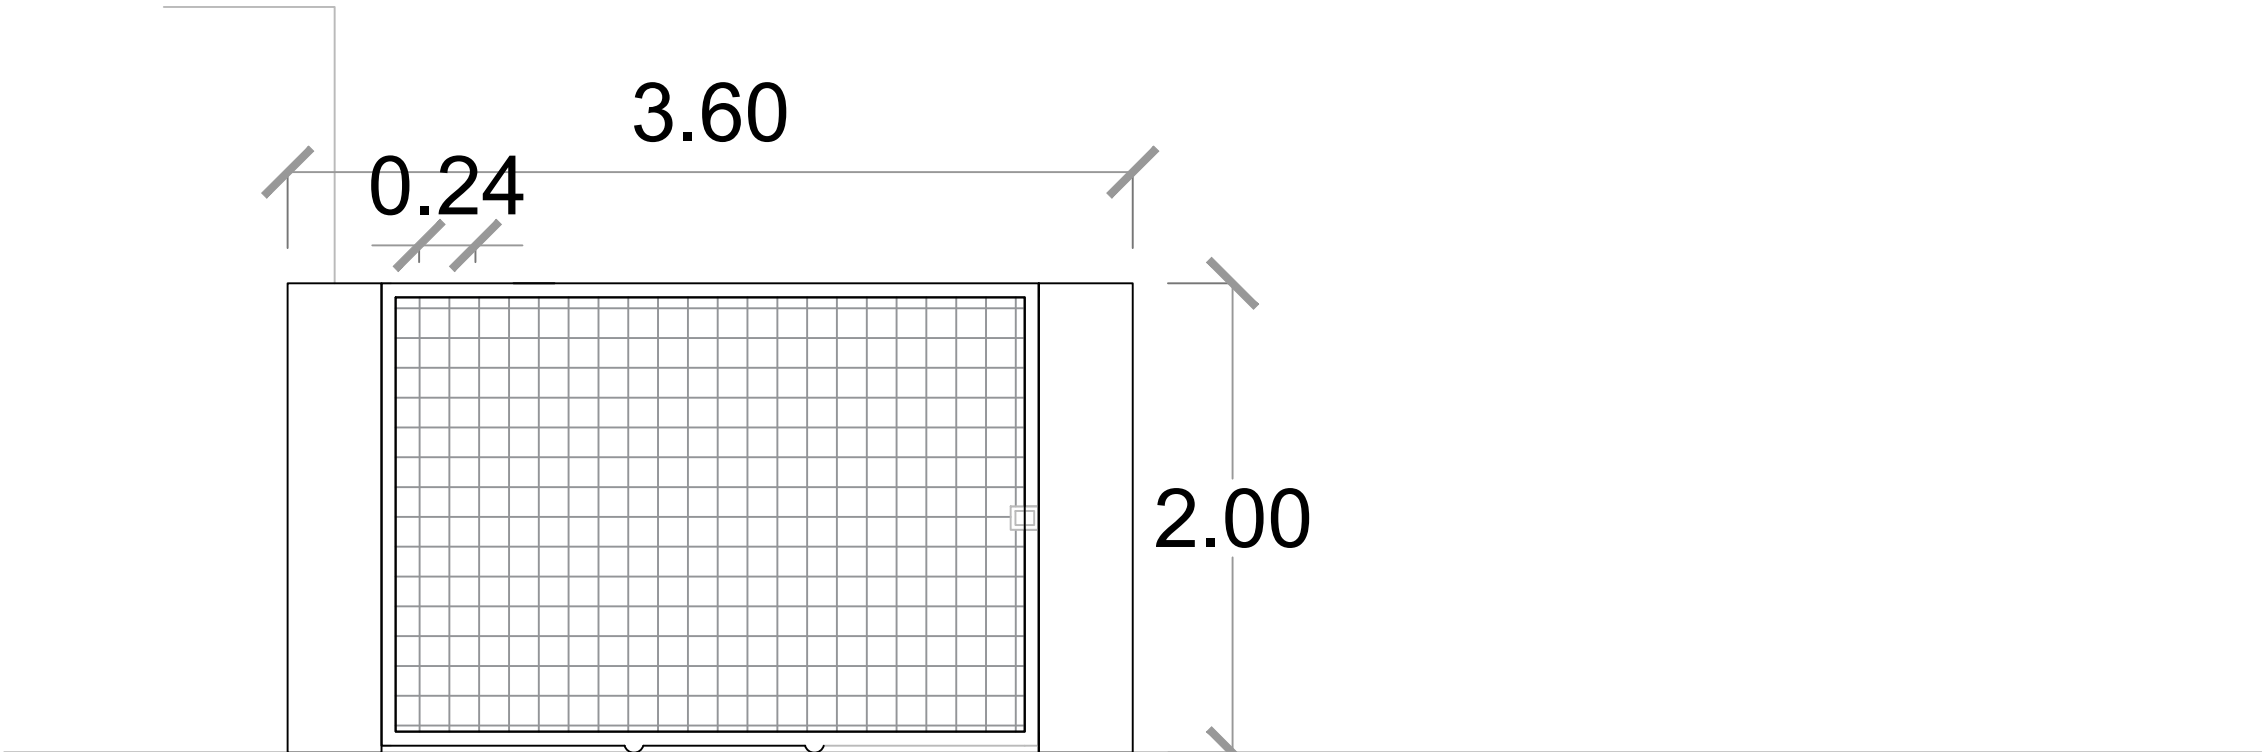

PUERTA VEHICULAR
POSTERIOR CORREDIZA
DE MALLA TIPO HERCULES

NOTA: Los perfiles de metal DEL MARCO son
tubos cuadrados de 2 " de espesor. Pintados
con GRIS PERLA 56 (pintura epoxica).

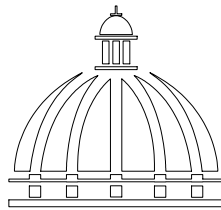

DIRECCIÓN DE DESARROLLO
PROVINCIAL
DDP

Ave. Dr. Delgado, Esq. Moises García,
Gazcue, Sto. Dgo., R.D.
TEL.: (809)-364-2189 | FAX.: (809)- 688-1665
E-Mail: info@cpadp.gob.do

PROYECTO:
**CONT. POLIDEPORTIVO LAS
BARIAS, BANI, PERAVIA**
Republica Dominicana

EQUIPO DE TRABAJO:

DISEÑO ARQUITECTÓNICO
ARQ. _____
codia 00000

ENC. INGENIERÍA
ING. FIOR DALIZA BONIFACIO
codia 00000

ESTRUCTURAL
ING. _____
codia 00000

ELÉCTRICO
ING. JUAN PEREZ
codia 00000

HIDRO-SANITARIO
ING. FRANCIS ESTEVEZ
codia 00000

SELLO DE APROBACIÓN:

FECHA: _____

CONTENIDO:

PORTON FRONTAL



ESCALA:

1:50

SEPTIEMBRE 2026





NO. PÁGINA:

035

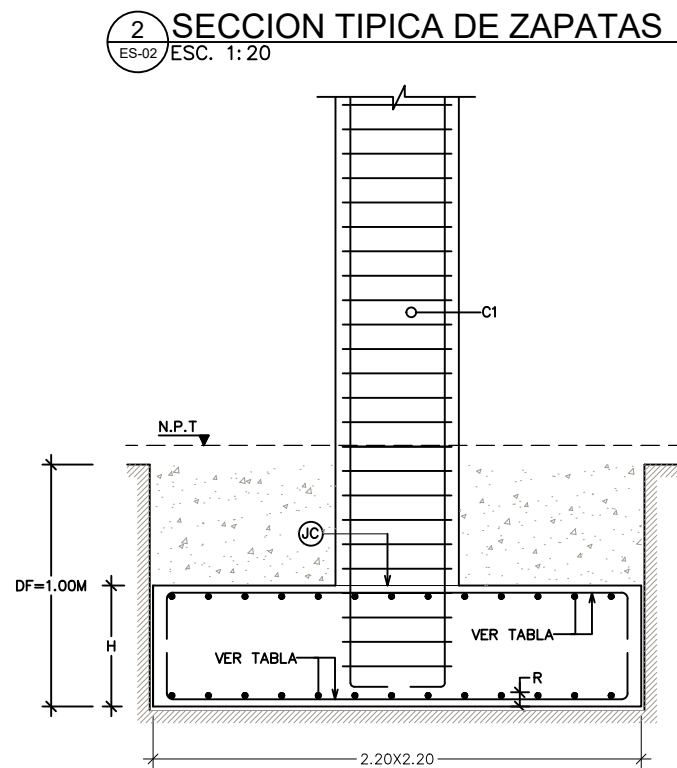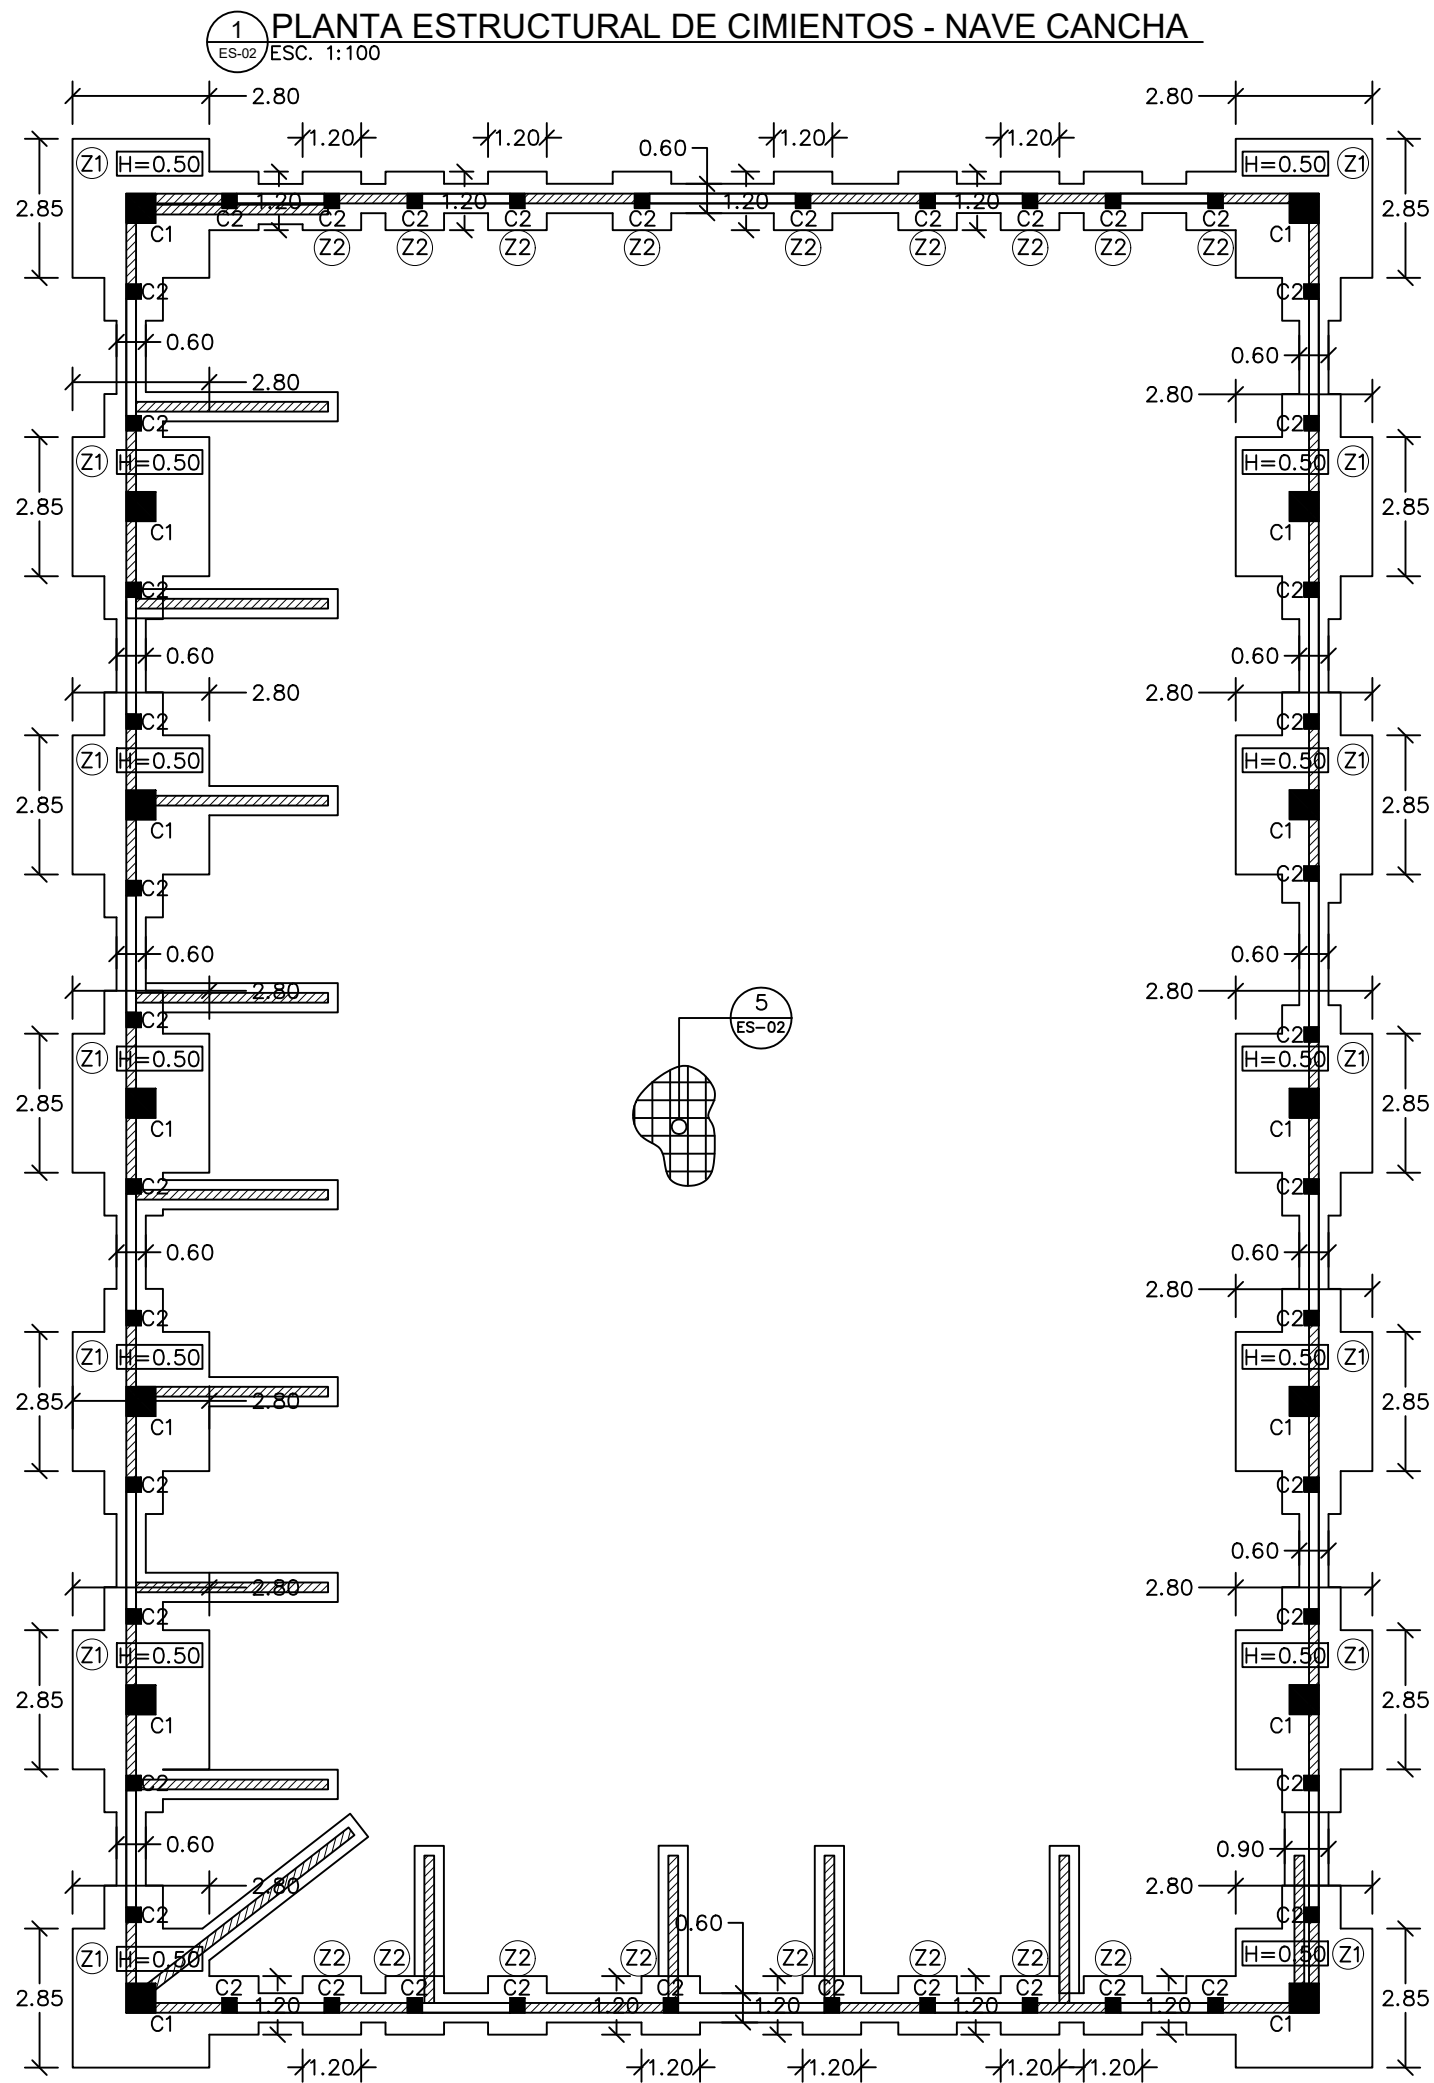

4 TABLA DE ZAPATAS
ES-02

ZAPATA TIPO	H (m)	Dx (m)	Dy (m)	INFERIOR		SUPERIOR	
				Asx (cm)	Asy (cm)	Asx (cm)	Asy (cm)
Z1	0.50	2.80	2.85	ø3/4"ø20	ø3/4"ø20	ø3/4"ø20	ø3/4"ø20
Z2	0.30	1.20	1.20	ø1/2"ø20	ø1/2"ø20	ø1/2"ø20	ø1/2"ø20

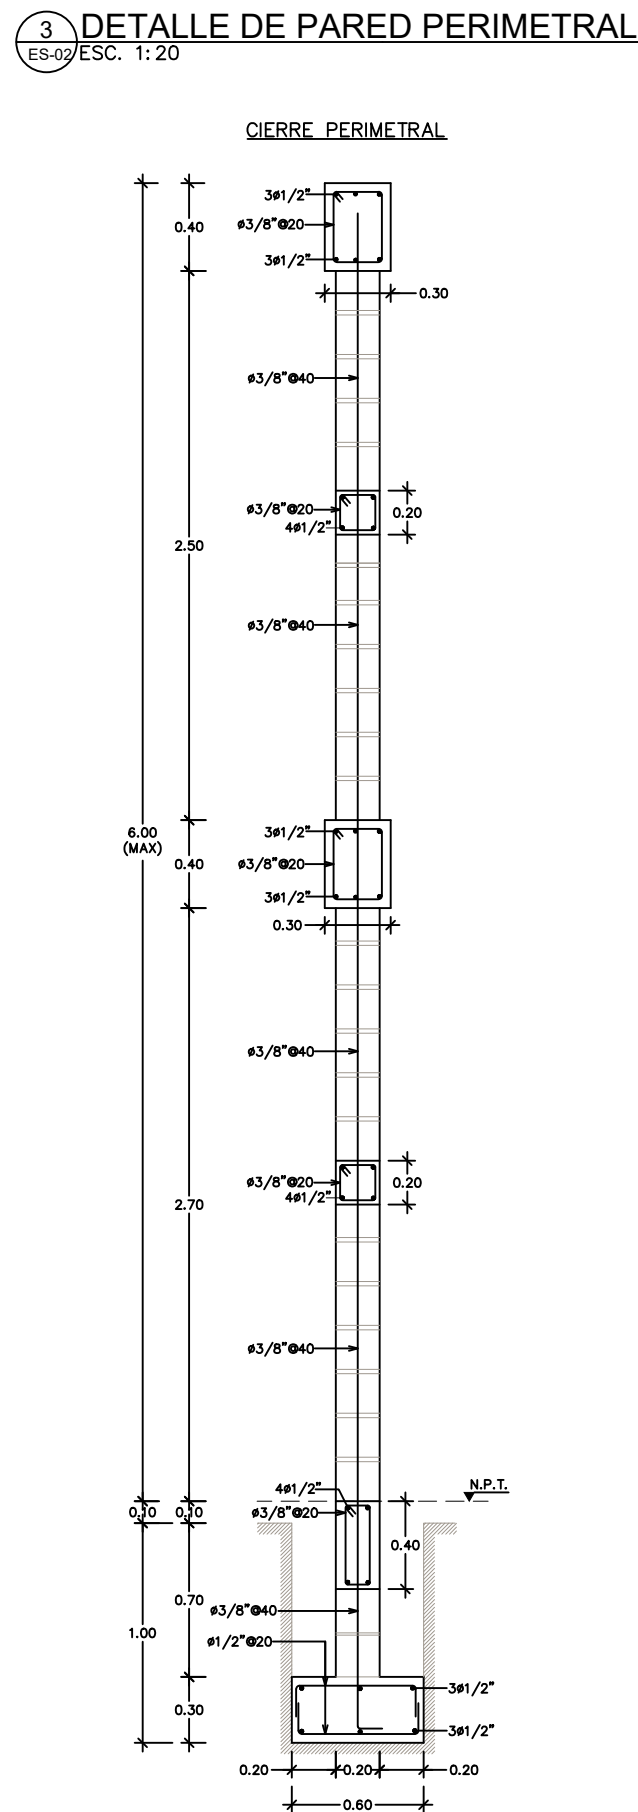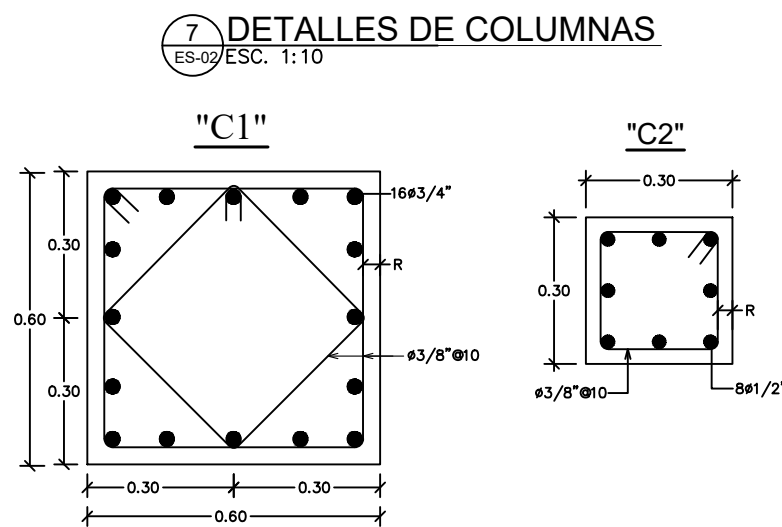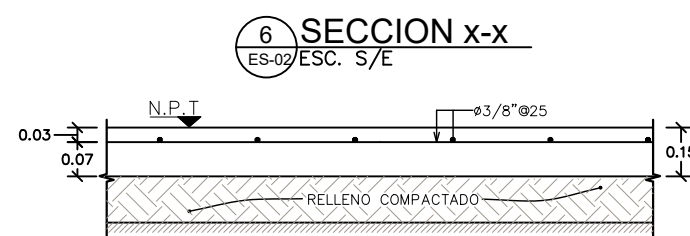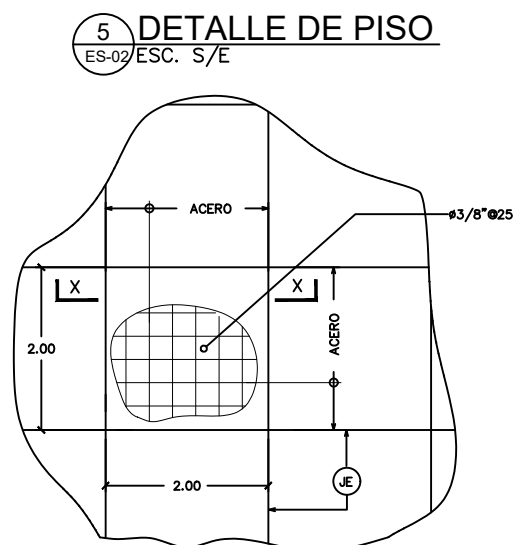

PROYECTO:
**CONT. POLIDEPORTIVO LAS
BARIAS, BANI, PERAVIA**
Republica Dominicana

EQUIPO DE TRABAJO:
DISEÑO ARQUITECTÓNICO
ARQ. _____
codia 00000 _____
ENC. INGENIERÍA
ING. FIOR DALIZA BONIFACIO
codia 00000 _____
ESTRUCTURAL
ING. _____
codia 00000 _____
ELÉCTRICO
ING. JUAN PEREZ
codia 00000 _____
HIDRO-SANITARIO
ING. FRANCIS ESTEVEZ
codia 00000 _____

SELLO DE APROBACIÓN:







FECHA: _____


CONTENIDO:
DETALLE DE CIMIENTOS

ESCALA:
INDICADA

SEPTIEMBRE 2026

NO. PÁGINA:
036

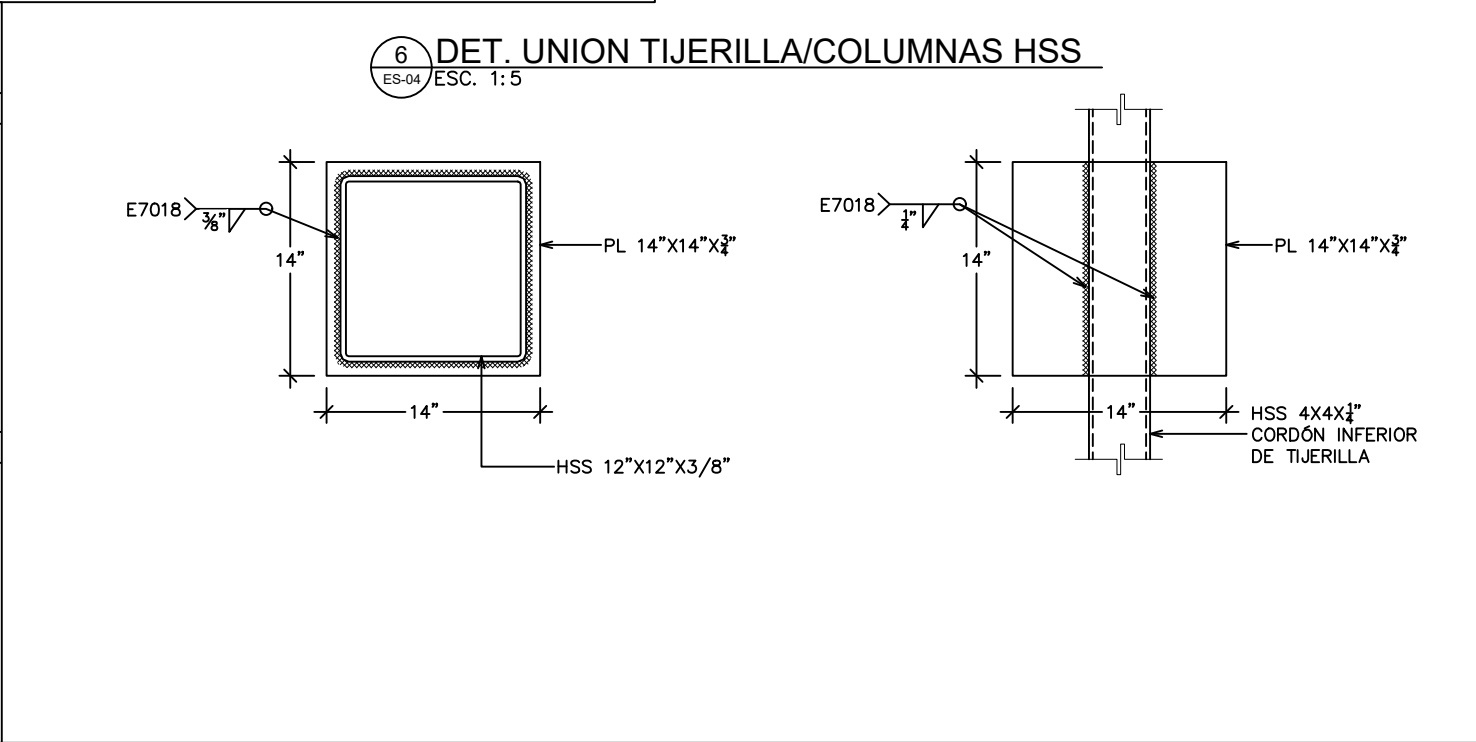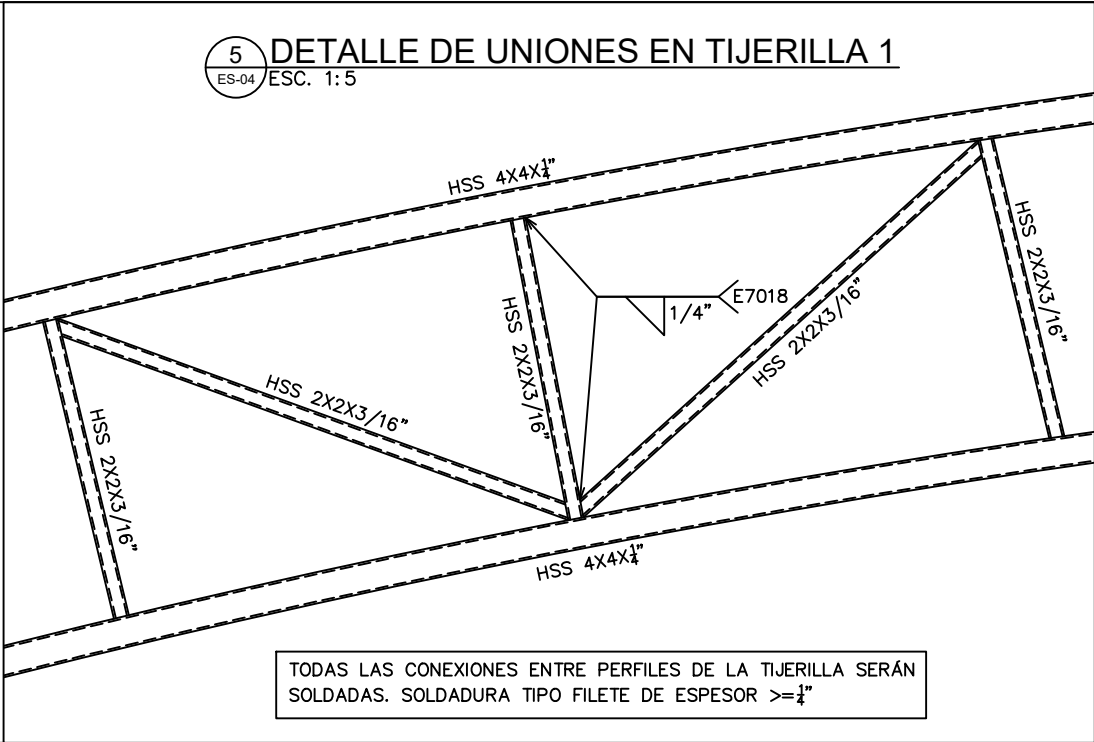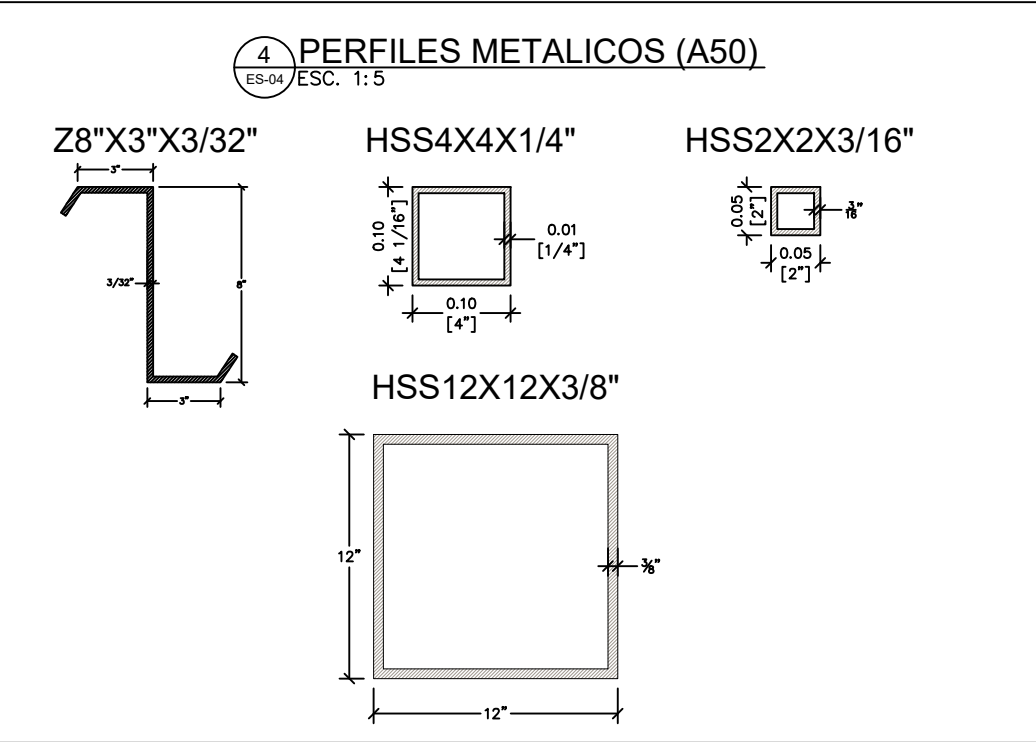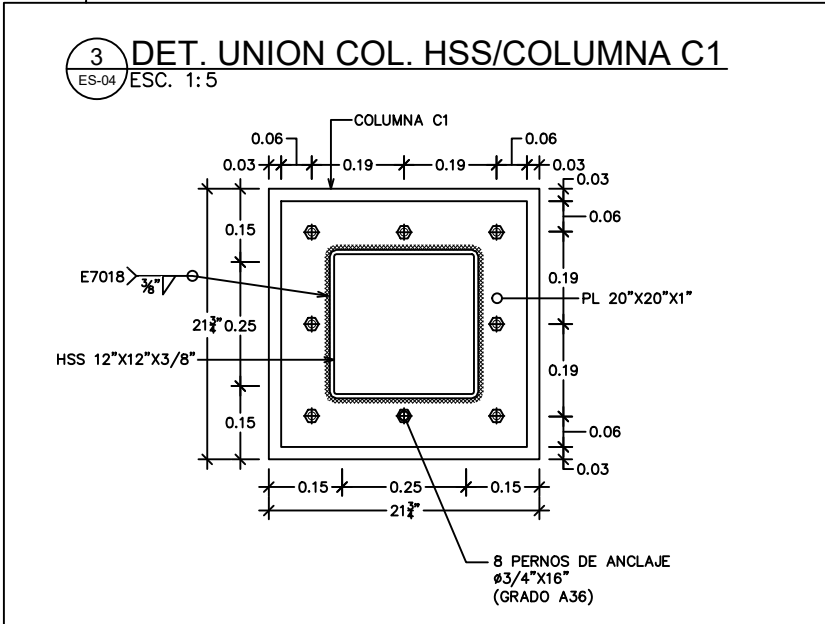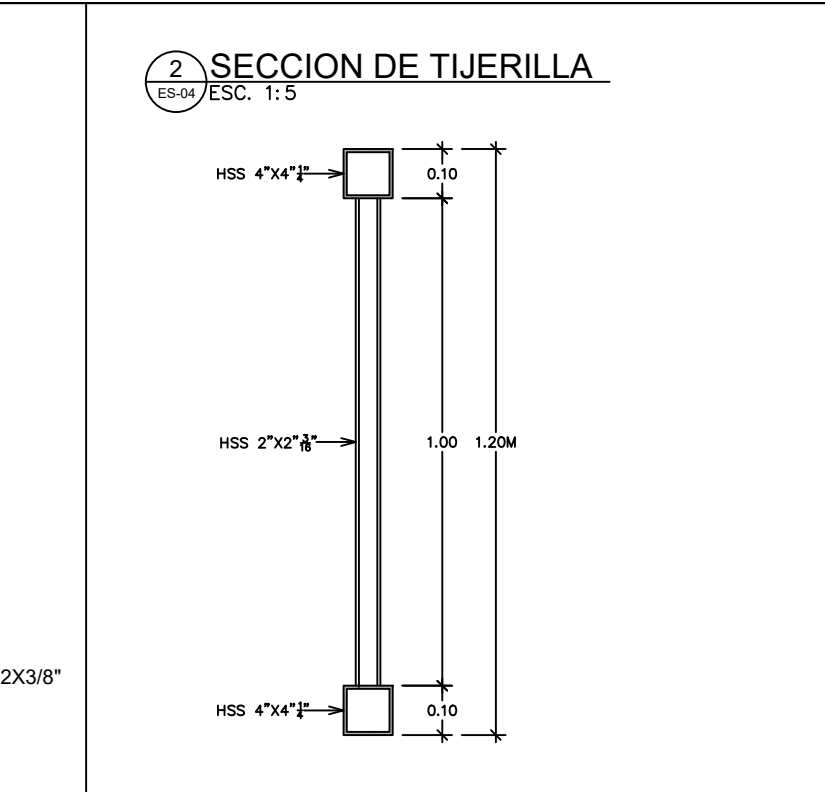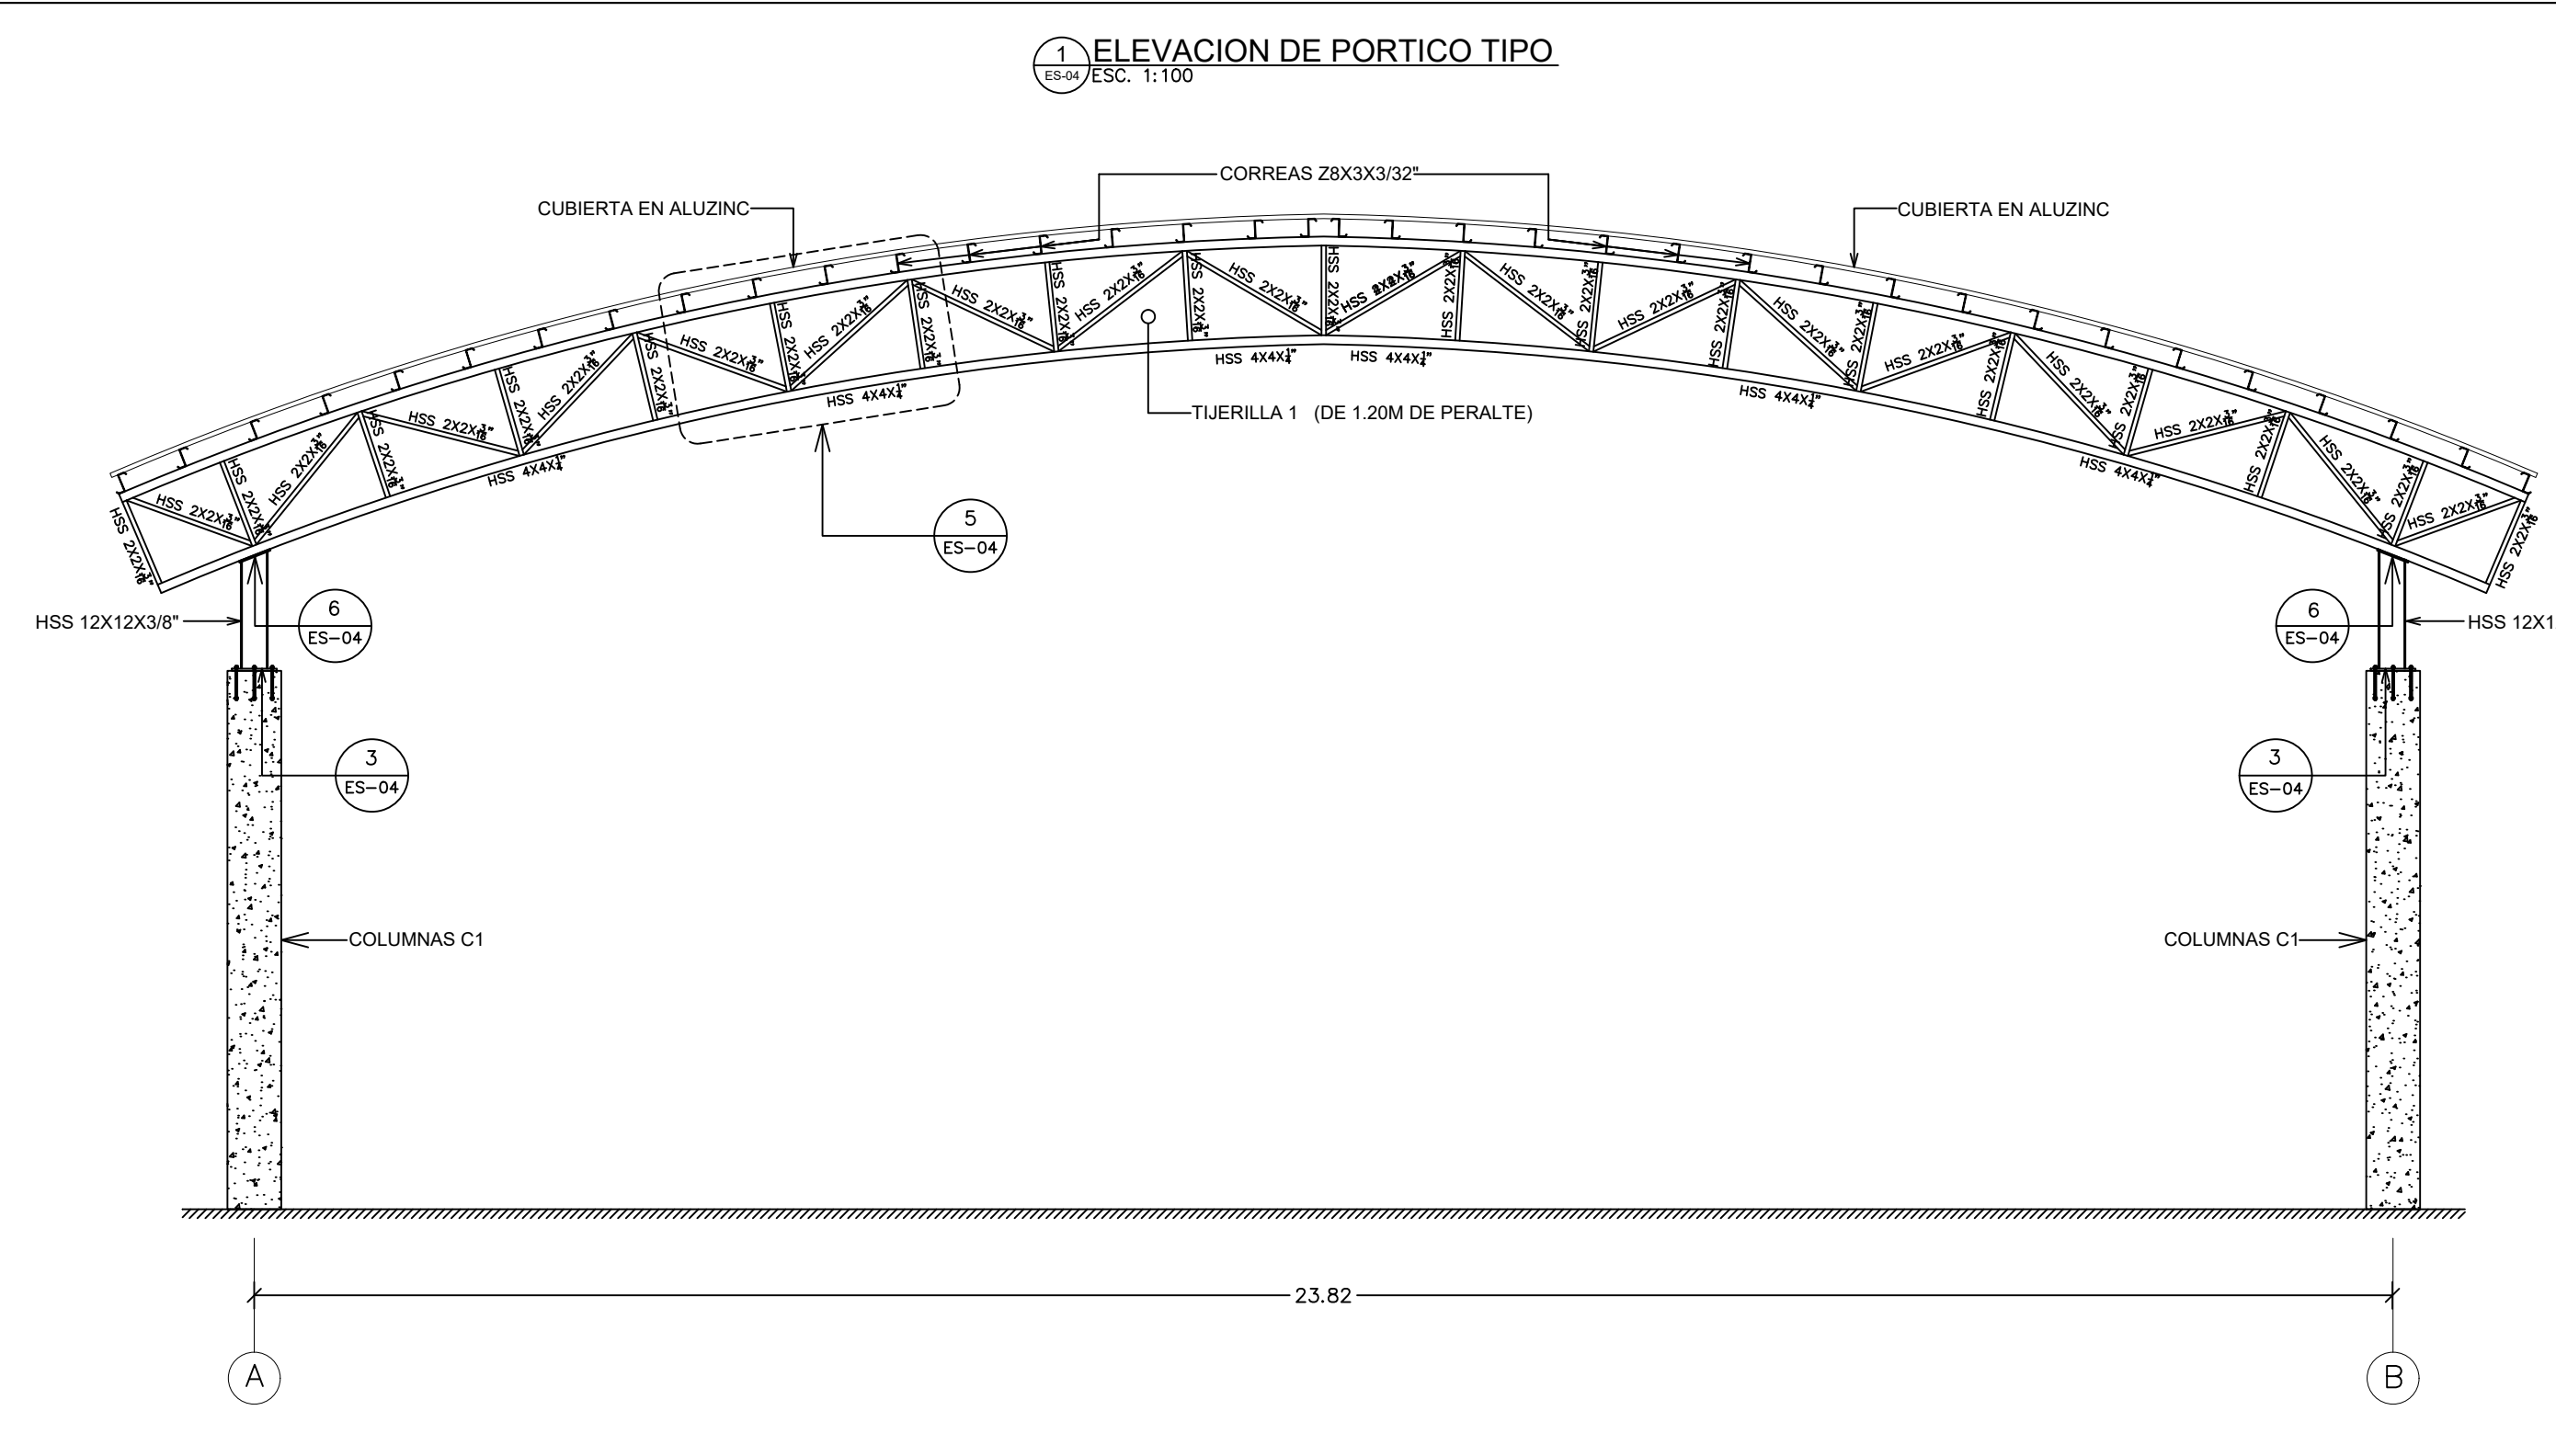

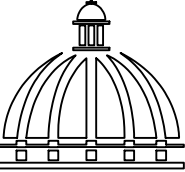

**GOBIERNO DE LA
REPÚBLICA DOMINICANA**

DIRECCIÓN DE DESARROLLO
PROVINCIAL
DDP

Ave. Dr. Delgado, Esq. Moises García,
Gazcue, Sto. Dgo., R.D.
TEL.: (809)-364-2189 | FAX.: (809)- 688-1665
E-Mail: info@cpadp.gob.do

PROYECTO:
**CONT. POLIDEPORTIVO LAS
BARIAS, BANI, PERAVIA**
Republica Dominicana

EQUIPO DE TRABAJO:
DISEÑO ARQUITECTÓNICO
ARQ. _____
codia 00000 _____
ENC. INGENIERÍA
ING. FIOR DALIZA BONIFACIO
codia 00000 _____
ESTRUCTURAL
ING. _____
codia 00000 _____
ELÉCTRICO
ING. JUAN PEREZ
codia 00000 _____
HIDRO-SANITARIO
ING. FRANCIS ESTEVEZ
codia 00000 _____

SELLO DE APROBACIÓN:

FECHA: _____

CONTENIDO:
**ELEVACION DE PORTICOS
Y DETALLE DE CONEXIONES**

ESCALA:
INDICADA

SEPTIEMBRE 2026

NO. PÁGINA:
038

Architectural floor plan of a rectangular room. The room features a staircase on the left side and a large open area on the right. The staircase is composed of 10 steps, each with a width of 4.04 units. The total width of the room is 5.00 units, and the total length is 4.81 units. The staircase is labeled 'STAIRCASE' and the large open area is labeled 'LARGE OPEN AREA'.

The diagram illustrates the layout of a staircase with stone steps (BASTONES) and the placement of reinforcement bars (NPT) at various elevations. The steps are labeled with elevations: NPT + 2.05, NPT + 1.65, NPT + 1.25, NPT + 0.85, and NPT + 0. A circular callout highlights a specific area of the steps, labeled "BASTONES #3/8" Ø20".

Technical drawing of a reinforced concrete column cross-section. The column is rectangular with a total height H . It is divided into four sections: a top section of 0.25m, a middle section of 0.10m, a lower section of 0.70m, and a base section of 0.30m. The column is reinforced with 4 #3/8" @ 20 bars in the top and bottom sections, and 4 #1/2" bars in the middle section. The base section is reinforced with 4 #3/8" bars. The column is supported by a base of 4 #3/8" @ 15 bars. The column is labeled "SEGUN COTA" and "PARA BLOCKS 8\".



SELO DE APROBACIÓN:

FECHA:

ESCALA:
INDICADA

NO. PÁGINA:

039