



PROYECTO:

**CONSTRUCCIÓN CAMPO DE BÉISBOL
ENRIQUILLO, MUNICIPIO ENRIQUILLO,
PROVINCIA BARAHONA**

SEPTIEMBRE 2026

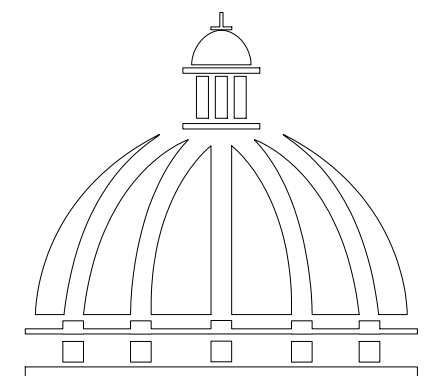

**GOBIERNO DE LA
REPÚBLICA DOMINICANA**

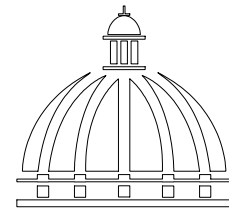

GOBIERNO DE LA
REPÚBLICA DOMINICANA

DIRECCION DE DESARROLLO
PROVINCIAL
DDP

Ave. Dr. Delgado, Esq. Moisés García,
Gazcue, Sto. Dgo., R.D.
TEL.: (809)-364-2189 | FAX.: (809)- 688-1665
E-Mail: info@cpadp.gob.do

PROYECTO:

CONSTRUCCIÓN CAMPO DE BÉISBOL
ENRIQUILLO, MUNICIPIO ENRIQUILLO,
PROVINCIA BARAHONA

EQUIPO DE TRABAJO:

DISEÑO ARQUITECTÓNICO
ARQ.

codia 00000

ENC. INGENIERÍA

ING. FIOR DALIZA BONIFACIO

codia 00000

ESTRUCTURAL

ING. Leopoldo Berroa

codia 00000

ELÉCTRICO

ING. Juan Pérez

codia 00000

HIDRO-SANITARIO

ING. Francis Estévez

codia 00000

SELLO DE APROBACIÓN:

FECHA:

CONTENIDO:

PLANTA ARQUITECTONICA
DE CONJUNTO
PLAY DE BEISBOL


ESCALA:

1:500

SEPTIEMBRE 2026

NO. PÁGINA:

001

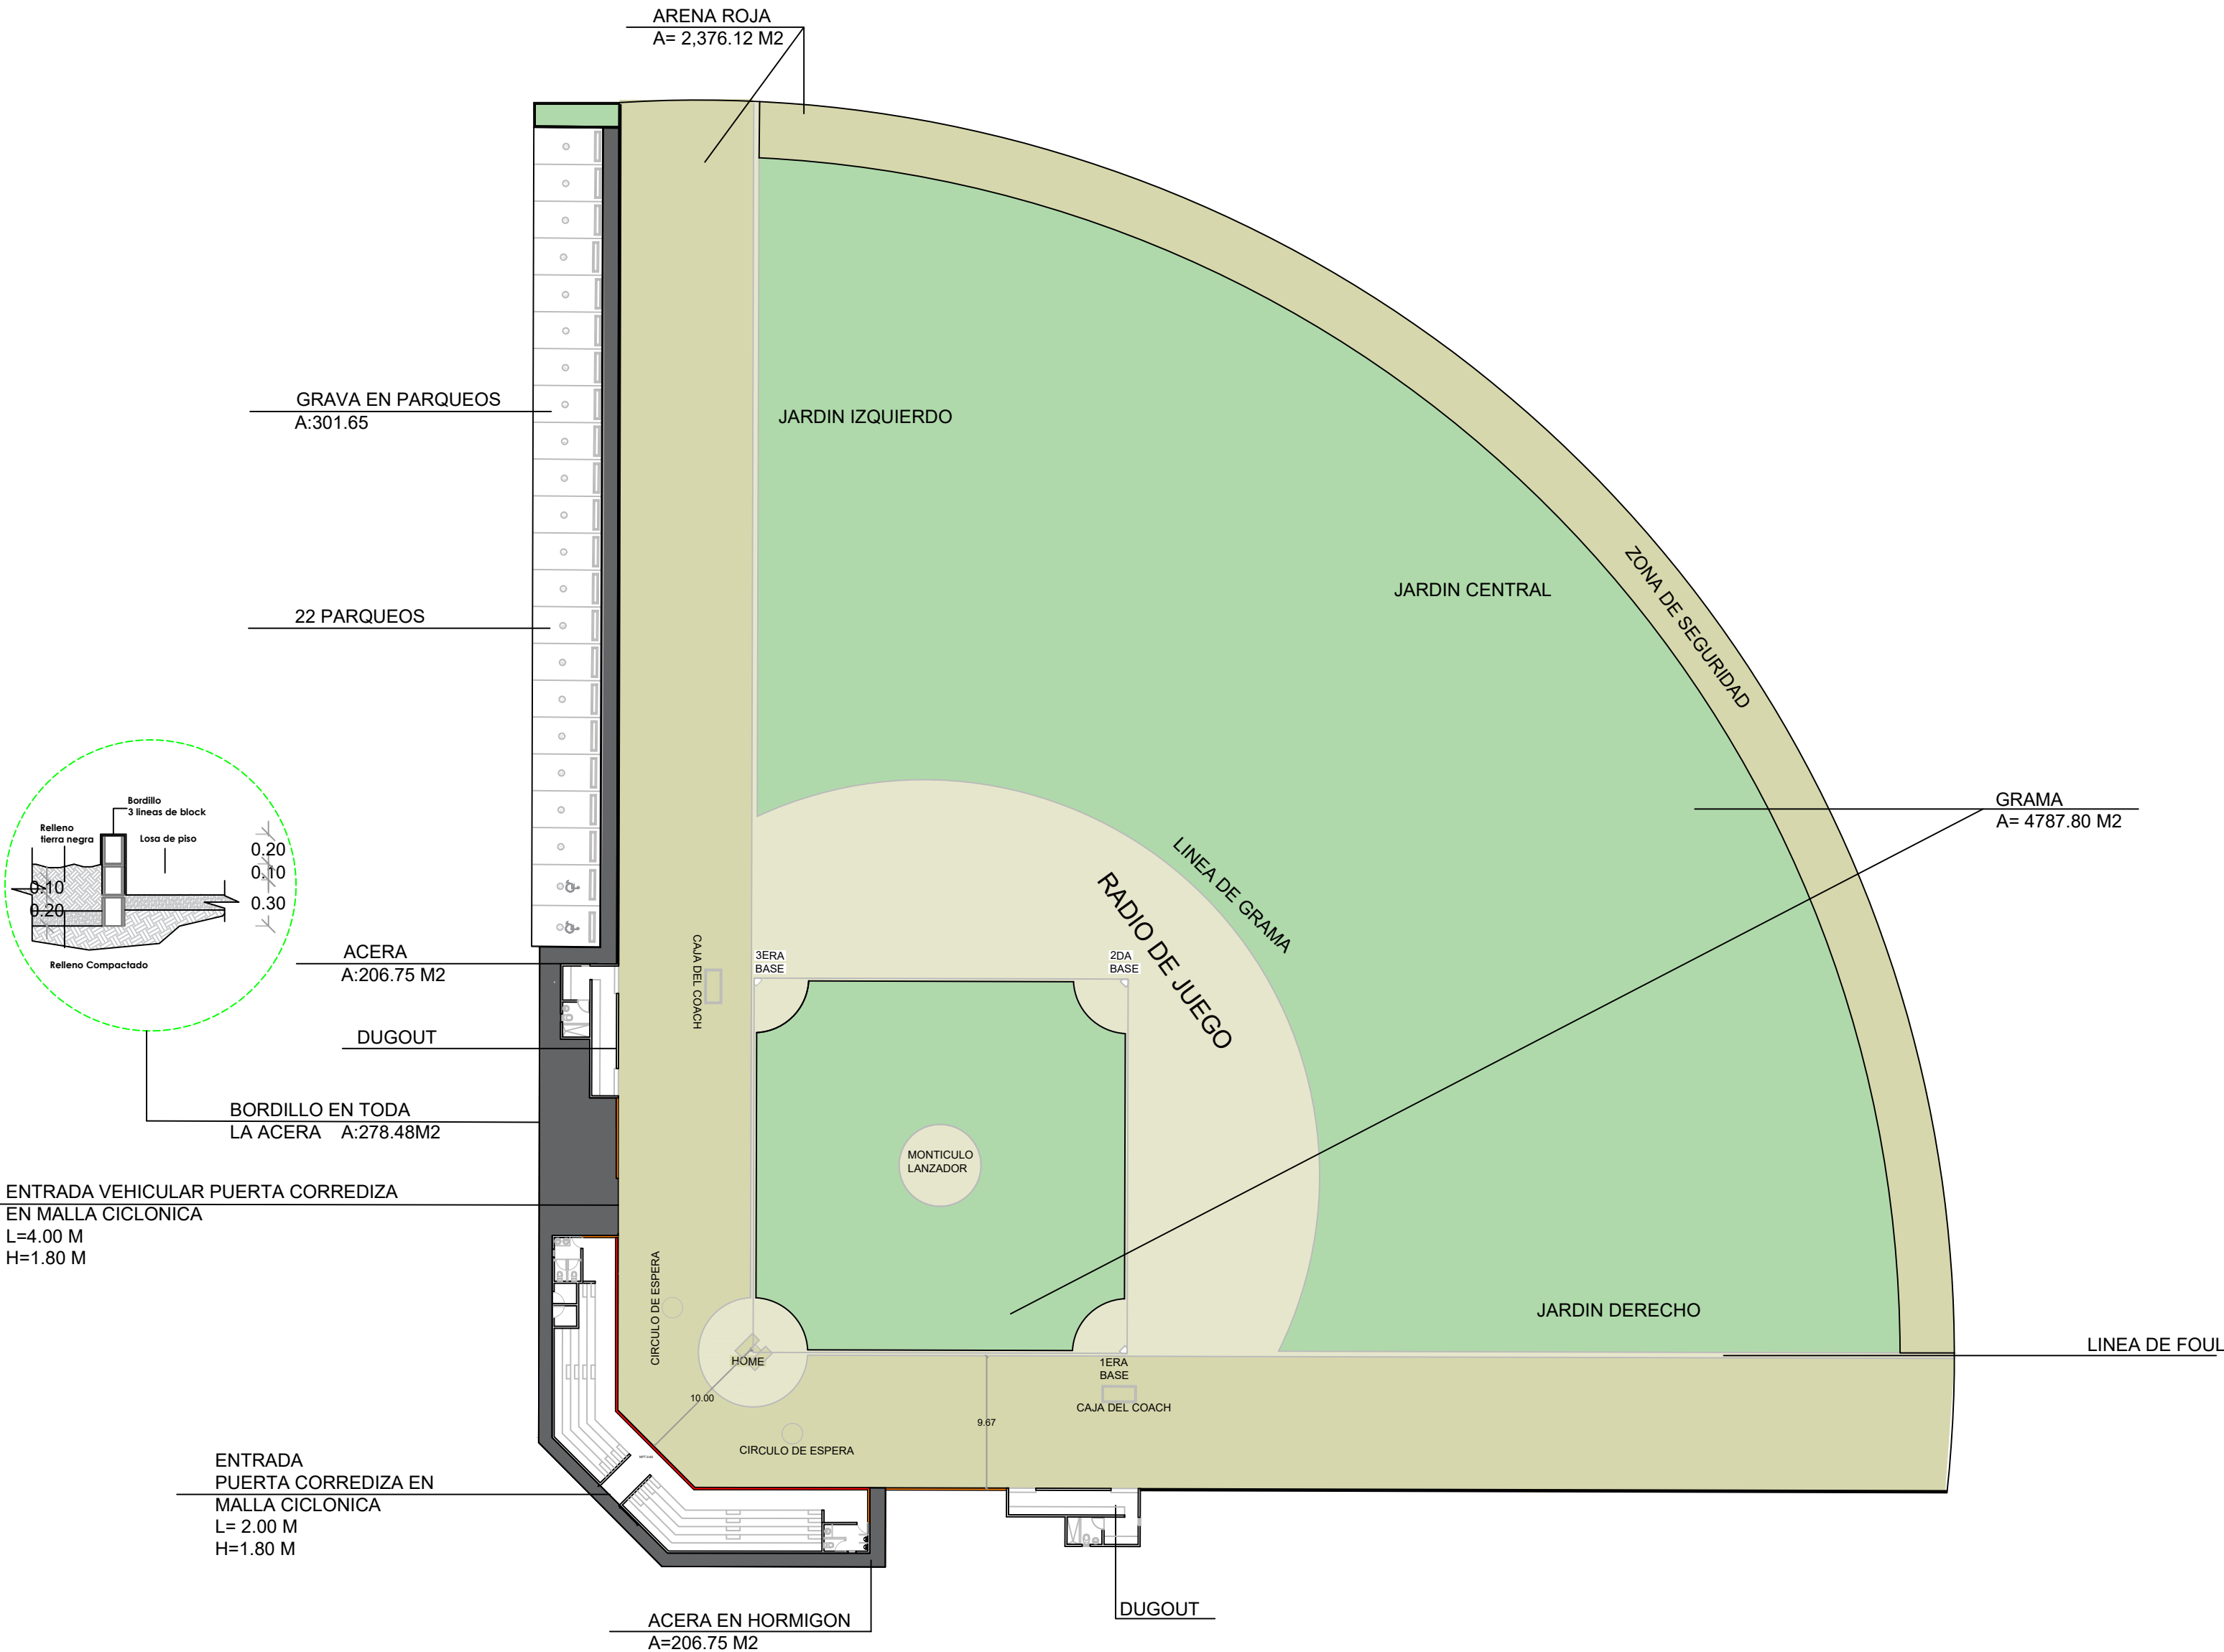

PLANTA ARQUITECTONICA DE CONJUNTO

ESC. 1:500



Ave. Dr. Delgado, Esq. Moises García,
Gazcue, Sto. Dgo., R.D.
TEL.: (809)-364-2189 | FAX.: (809)- 688-1665
E-Mail: info@cpadp.gob.do

PROYECTO:

**CONSTRUCCIÓN CAMPO DE
BÉISBOL ENRIQUILLO, MUNICIPIO
ENRIQUILLO, PROVINCIA BARAHONA**

EQUIPO DE TRABAJO:

DISEÑO ARQUITECTÓNICO
ARQ.

codia 00000

ENC. INGENIERÍA

ING. FIOR DALIZA BONIFACIO
codia 00000 _____

ESTRUCTURAL

ING. Leopoldo Berroa
codia 00000

ELÉCTRICO

ING. Juan Pérez
codia 00000

HIDRO-SANITARIO

ING. Francis Estévez
codia 00000

SELO DE APROBACIÓN:

FECHA:

CONTENIDO:

PLANTA ARQUITECTONICA DE CONJUNTO PLAY DE BEISBOL

ESCALA:

1:100

SEPTIEMBRE 2026







NO. PÁGINA:

002



PLANTA ARQUITECTONICA DE CONJUNTO

ESC. 1:500

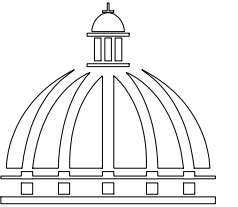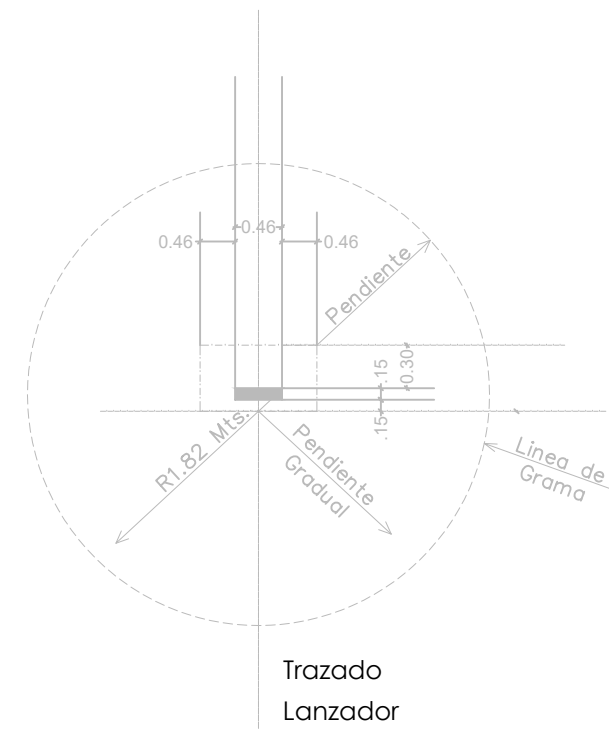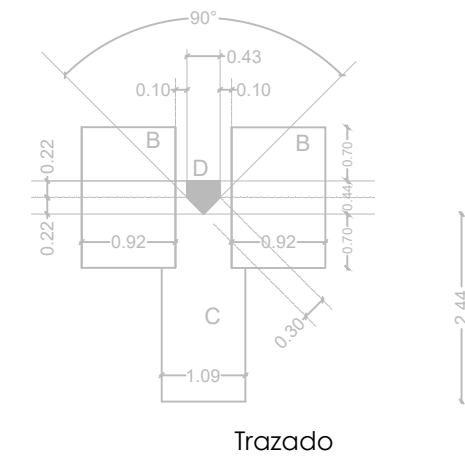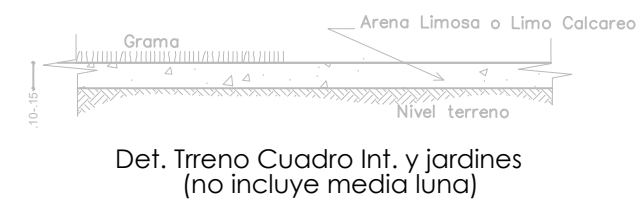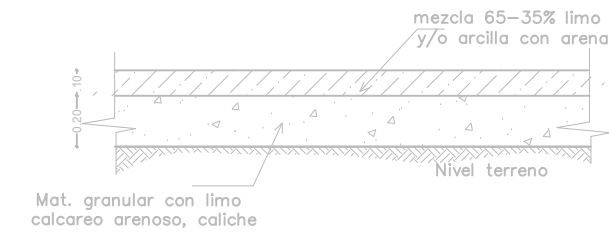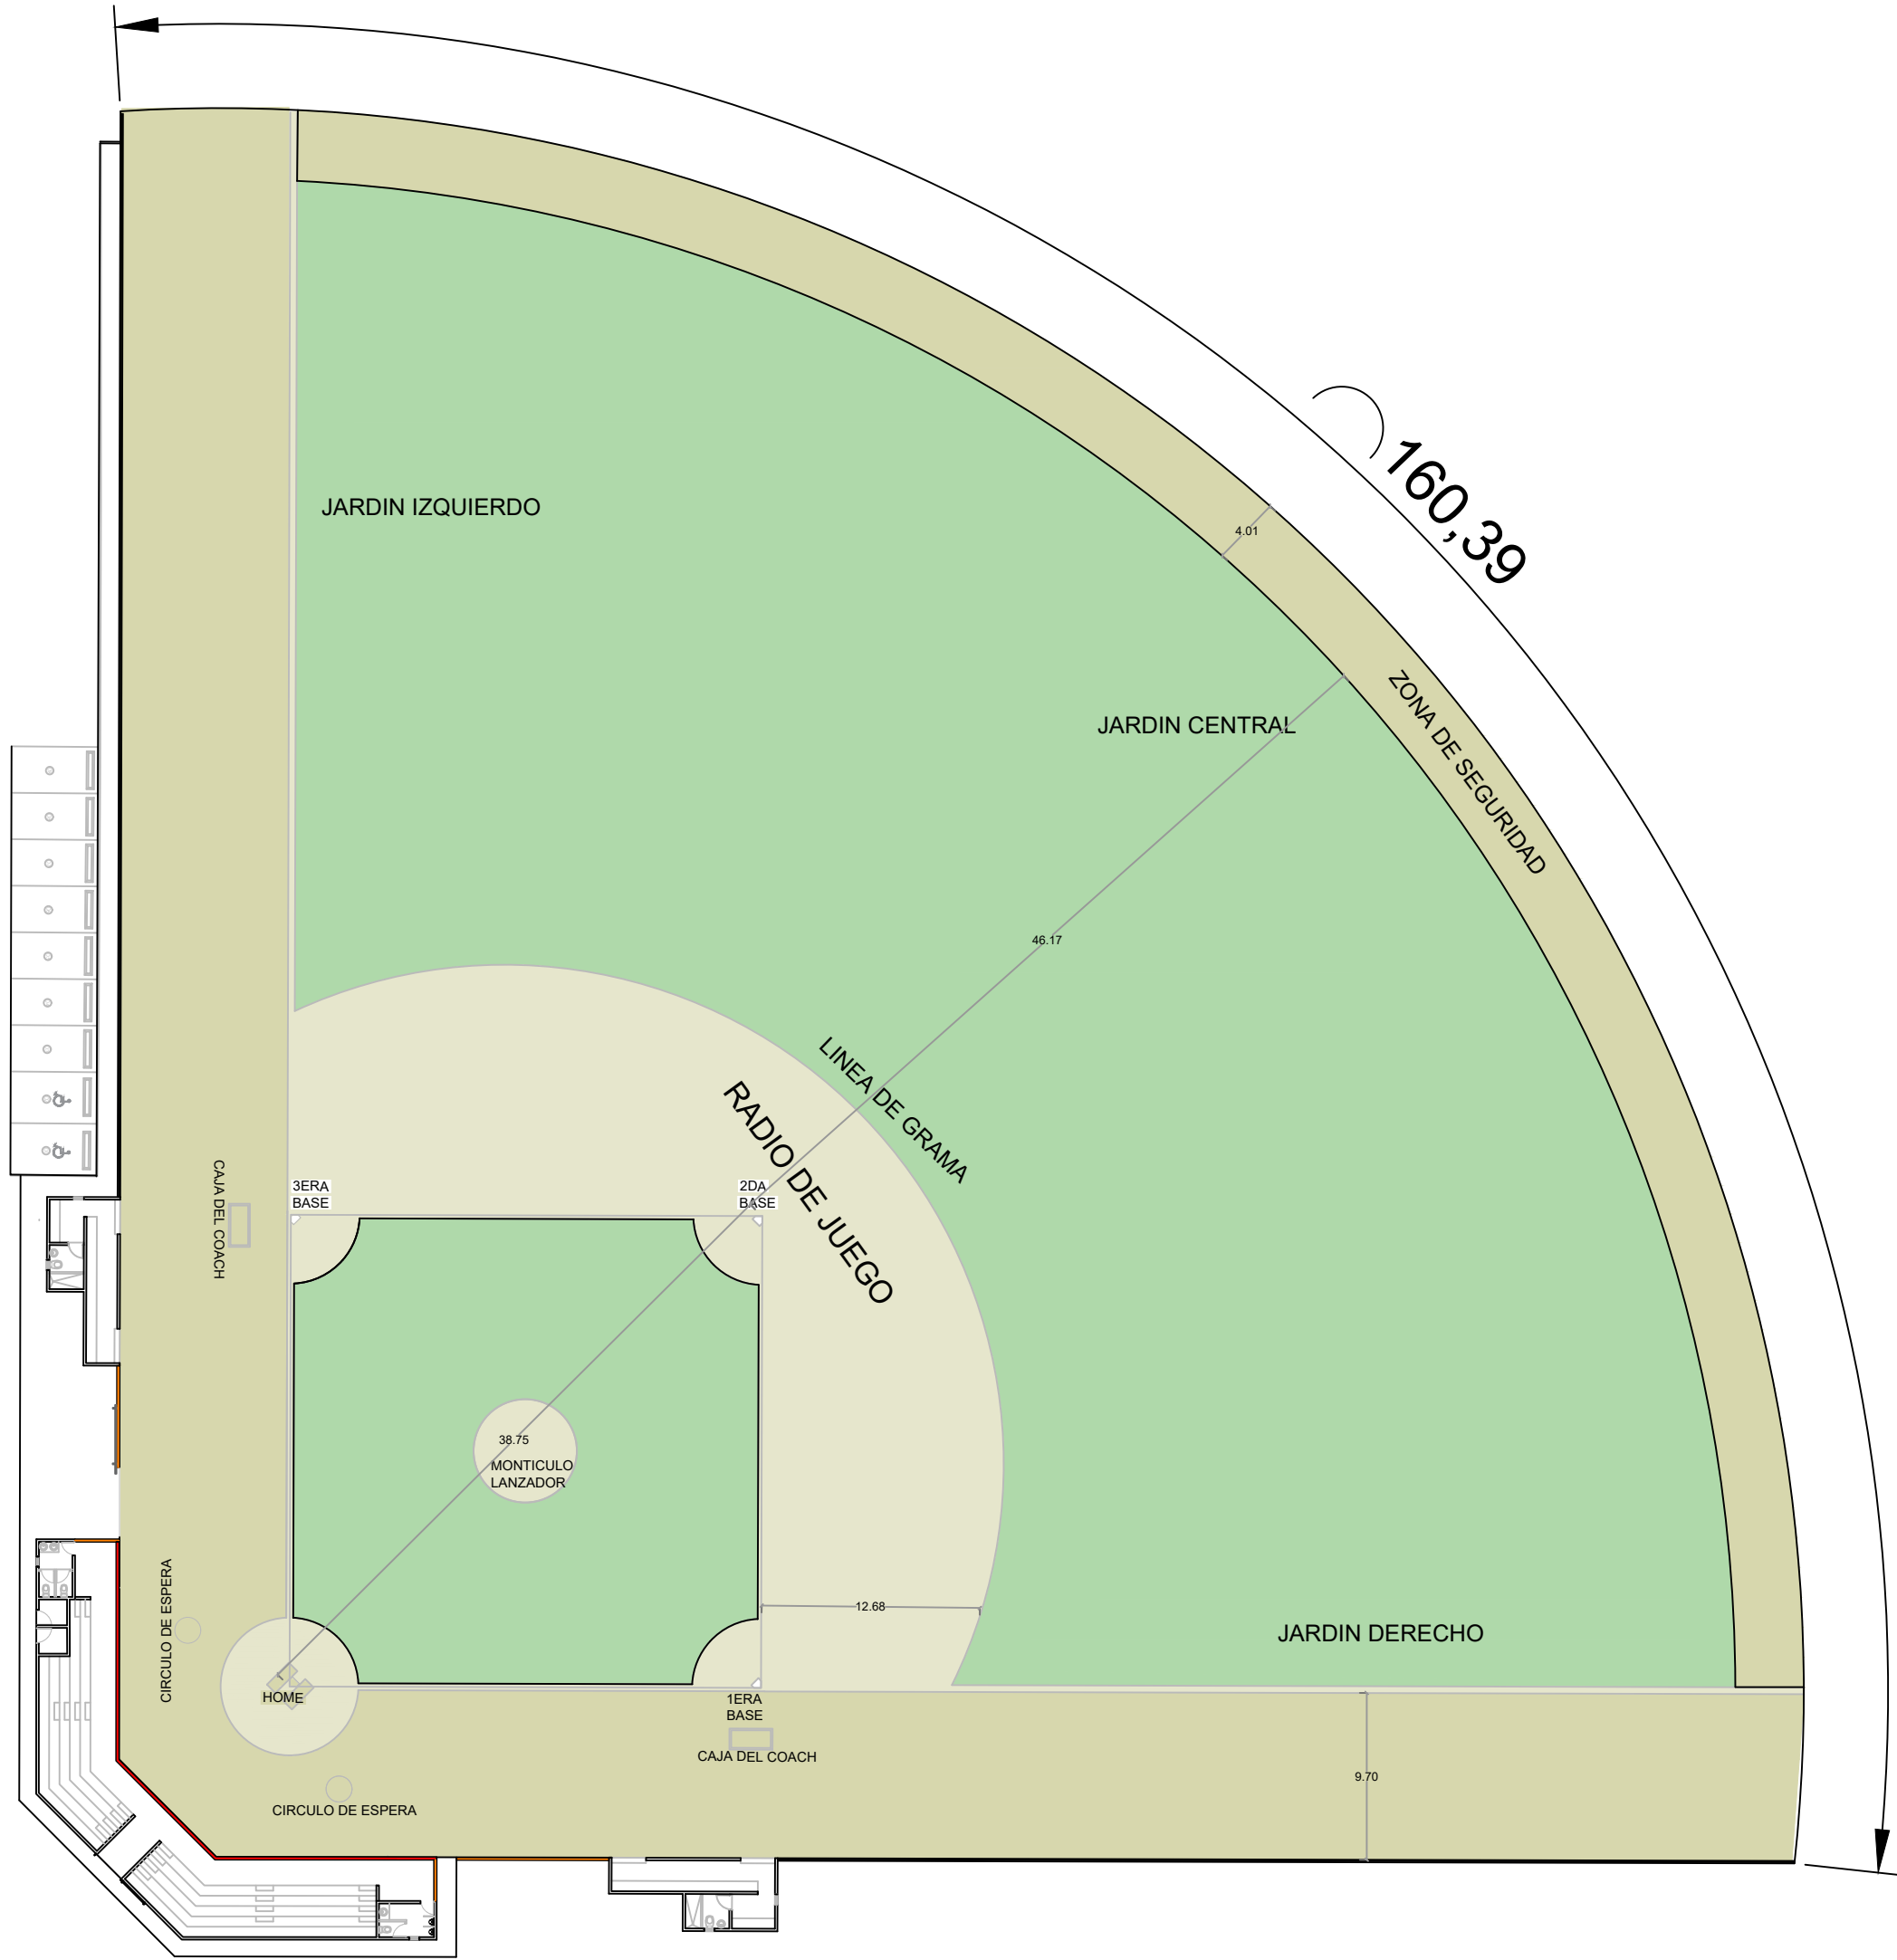

GOBIERNO DE LA
REPÚBLICA DOMINICANA

DIRECCION DE DESARROLLO
PROVINCIAL
DDP

Ave. Dr. Delgado, Esq. Moises García,
Gazcue, Sto. Dgo., R.D.
TEL.: (809)-364-2189 | FAX.: (809)- 688-1665
E-Mail: info@cpadp.gob.do

PROYECTO:

CONSTRUCCIÓN CAMPO DE BÉISBOL
ENRIQUILLO, MUNICIPIO ENRIQUILLO,
PROVINCIA BARAHONA

EQUIPO DE TRABAJO:

DISEÑO ARQUITECTÓNICO
ARQ.

codia 00000

ENC. INGENIERÍA
ING. FIOR DALIZA BONIFACIO
codia 00000

ESTRUCTURAL
ING. Leopoldo Berroa
codia 00000

ELÉCTRICO
ING. Juan Pérez
codia 00000

HIDRO-SANITARIO
ING. Francis Estévez
codia 00000

SELLO DE APROBACIÓN:

FECHA:

CONTENIDO:

PLANTA DE CONJUNTO
DIMENSIONADA

ESCALA:

1:100

SEPTIEMBRE 2026

NO. PÁGINA:

003

PROYECTO:

**CONSTRUCCIÓN CAMPO DE BÉISBOL
ENRIQUILLO, MUNICIPIO ENRIQUILLO,
PROVINCIA BARAHONA**

EQUIPO DE TRABAJO:

DISEÑO ARQUITECTÓNICO
ARQ. _____
codia 00000 _____

ENC. INGENIERÍA
ING. FIOR DALIZA BONIFACIO
codia 00000 _____

ESTRUCTURAL
ING. Leopoldo Berroa
codia 00000 _____

ELÉCTRICO
ING. Juan Pérez
codia 00000 _____

HIDRO-SANITARIO
ING. Francis Estévez
codia 00000 _____

SELLO DE APROBACIÓN:

FECHA: _____

CONTENIDO:

PLANTA DETALLE DE VERJA

ESCALA:

1:100


SEPTIEMBRE2026

NO. PÁGINA:


004




LEYENDA DE MURO	
	BACKSTOP H=5.40M L= 27.11 M
	MURO DE BLOQUES - CENTER FIELD H=1.80 M L=160.76 M
	MURO DE BLOQUES Y MALLA CICLÓNICA H=1.80 L =137.84 M

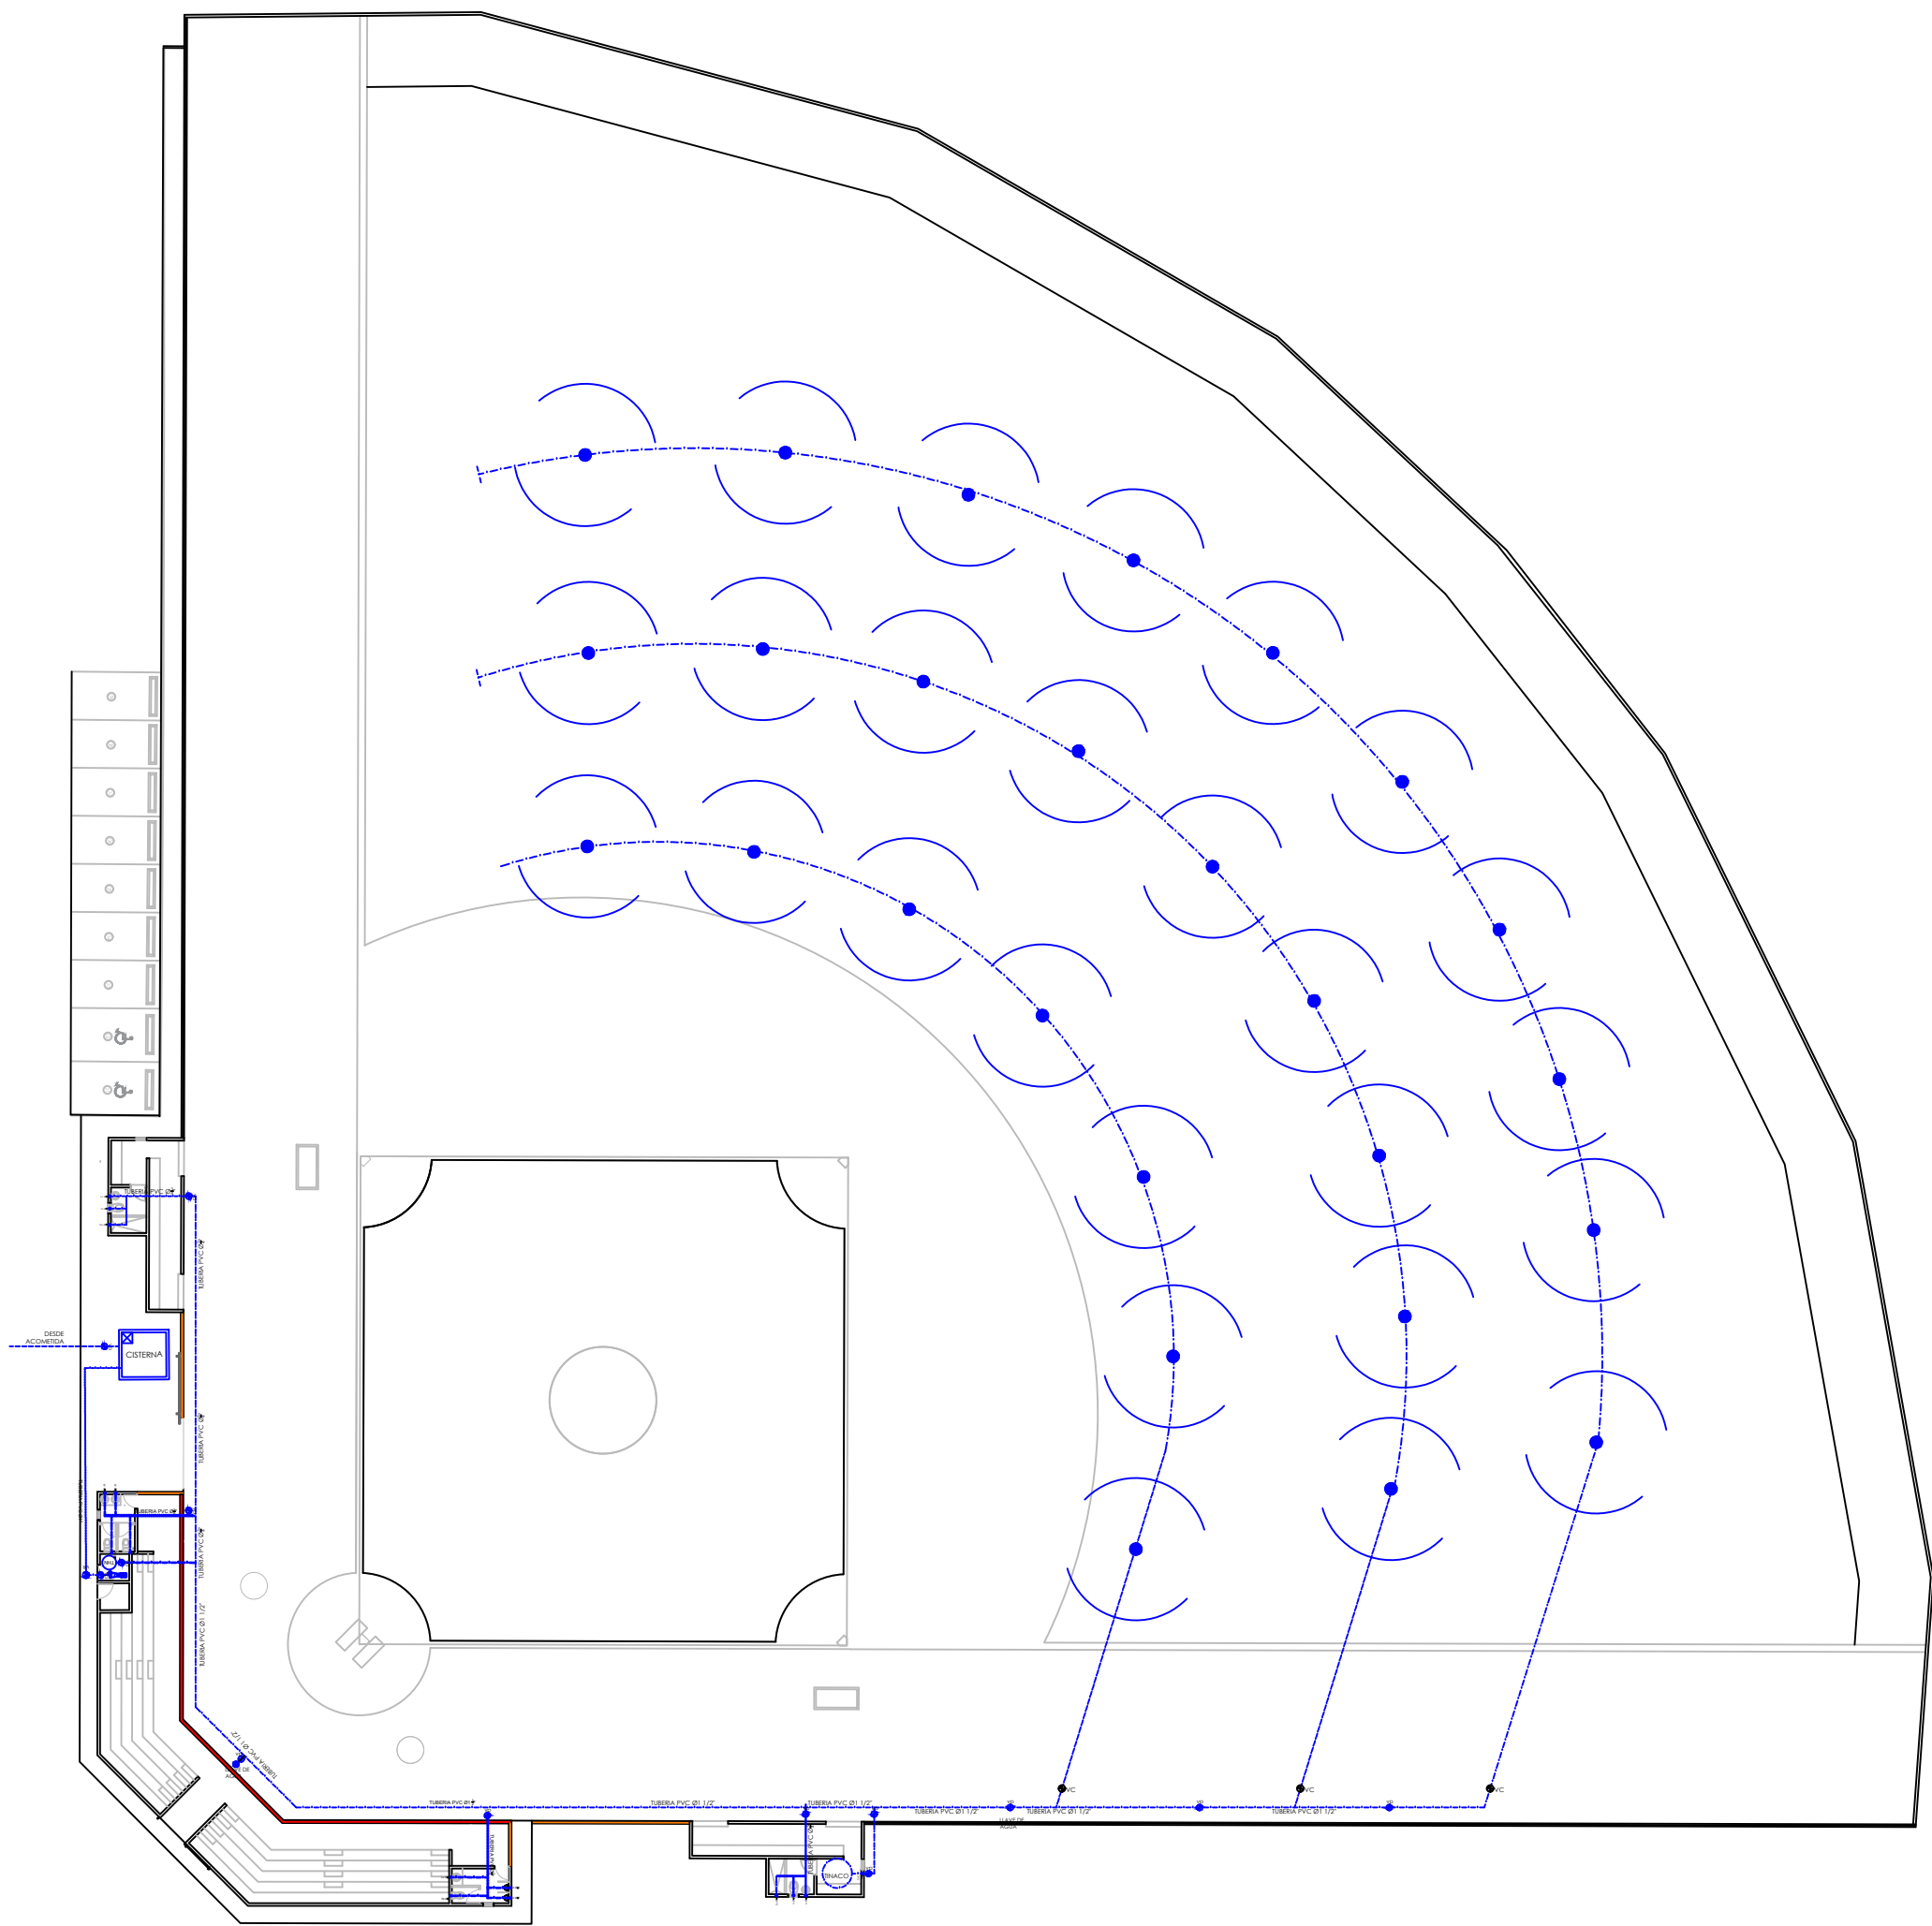


1 00 PLANTA INSTALACIONES SANITARIAS - AGUA POTABLE
ESC. 1:100

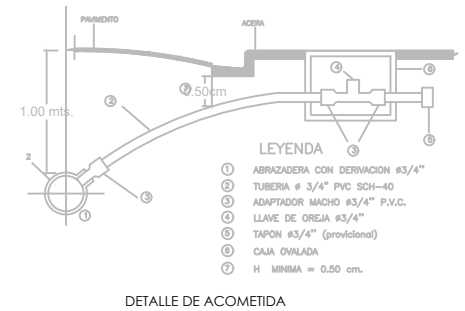

DETALLE DE ACOMETIDA

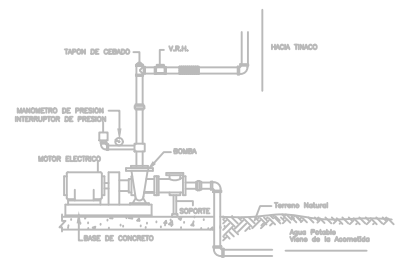


DETALLE EQUIPO DE BOMBEO

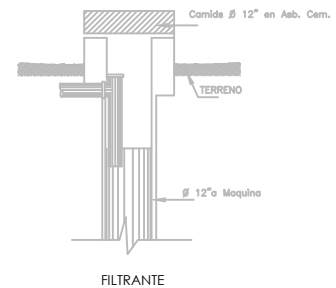

FILTRANTE

LEYENDA SANITARIA					
SÍMBOLO	ABREV.	DESCRIPCION	SÍMBOLO	ABREV.	DESCRIPCION
	i	INODORO		VP	VALVULA DE PASO
	Lm	LAVAMANOS			TUBERIA
	D	DUCHA			ASPERSORES
	Fr	FREGADERO			LLAVE DE AGUA

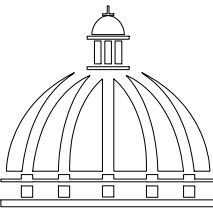

GOBIERNO DE LA
REPÚBLICA DOMINICANA

DIRECCION DE DESARROLLO
PROVINCIAL
DDP

Ave. Dr. Delgado, Esq. Moisés García,
Gazcue, Sto. Dgo., R.D.
TEL.: (809)-364-2189 | FAX.: (809)- 688-1665
E-Mail: info@cpadp.gob.do

PROYECTO:

CONSTRUCCIÓN CAMPO DE
BÉISBOL ENRIQUILLO, MUNICIPIO
ENRIQUILLO, PROVINCIA BARAHONA

EQUIPO DE TRABAJO:

DISEÑO ARQUITECTÓNICO
ARQ.

codia 00000

ENC. INGENIERÍA
ING. FIOR DALIZA BONIFACIO
codia 00000

ESTRUCTURAL
ING. Leopoldo Berroa
codia 00000

ELÉCTRICO
ING. Juan Pérez
codia 00000

HIDRO-SANITARIO
ING. Francis Estévez
codia 00000

SELLO DE APROBACIÓN:

FECHA:

CONTENIDO:
PLANTA INSTALACIONES
SANITARIAS AGUA POTABLE

ESCALA:
1:100

SEPTIEMBRE 2026

NO. PÁGINA:

005



ESC. 1:500

NO. PÁGINA:

PROYECTO:

**CONSTRUCCIÓN CAMPO DE BÉISBOL
ENRIQUILLO, MUNICIPIO ENRIQUILLO,
PROVINCIA BARAHONA**

EQUIPO DE TRABAJO:

DISEÑO ARQUITECTÓNICO
ARQ.

codia 00000

ENC. INGENIERÍA
ING. FIOR DALIZA BONIFACIO
codia 00000

ESTRUCTURAL
ING. Leopoldo Berroa
codia 00000

ELÉCTRICO
ING. Juan Pérez
codia 00000

HIDRO-SANITARIO
ING. Francis Estévez
codia 00000

SELLO DE APROBACIÓN:

FECHA:


CONTENIDO:
**PLANTA INSTALACIONES
ELECTRICAS**

ESCALA:
1:100

SEPTIEMBRE 2026

NO. PÁGINA:

007

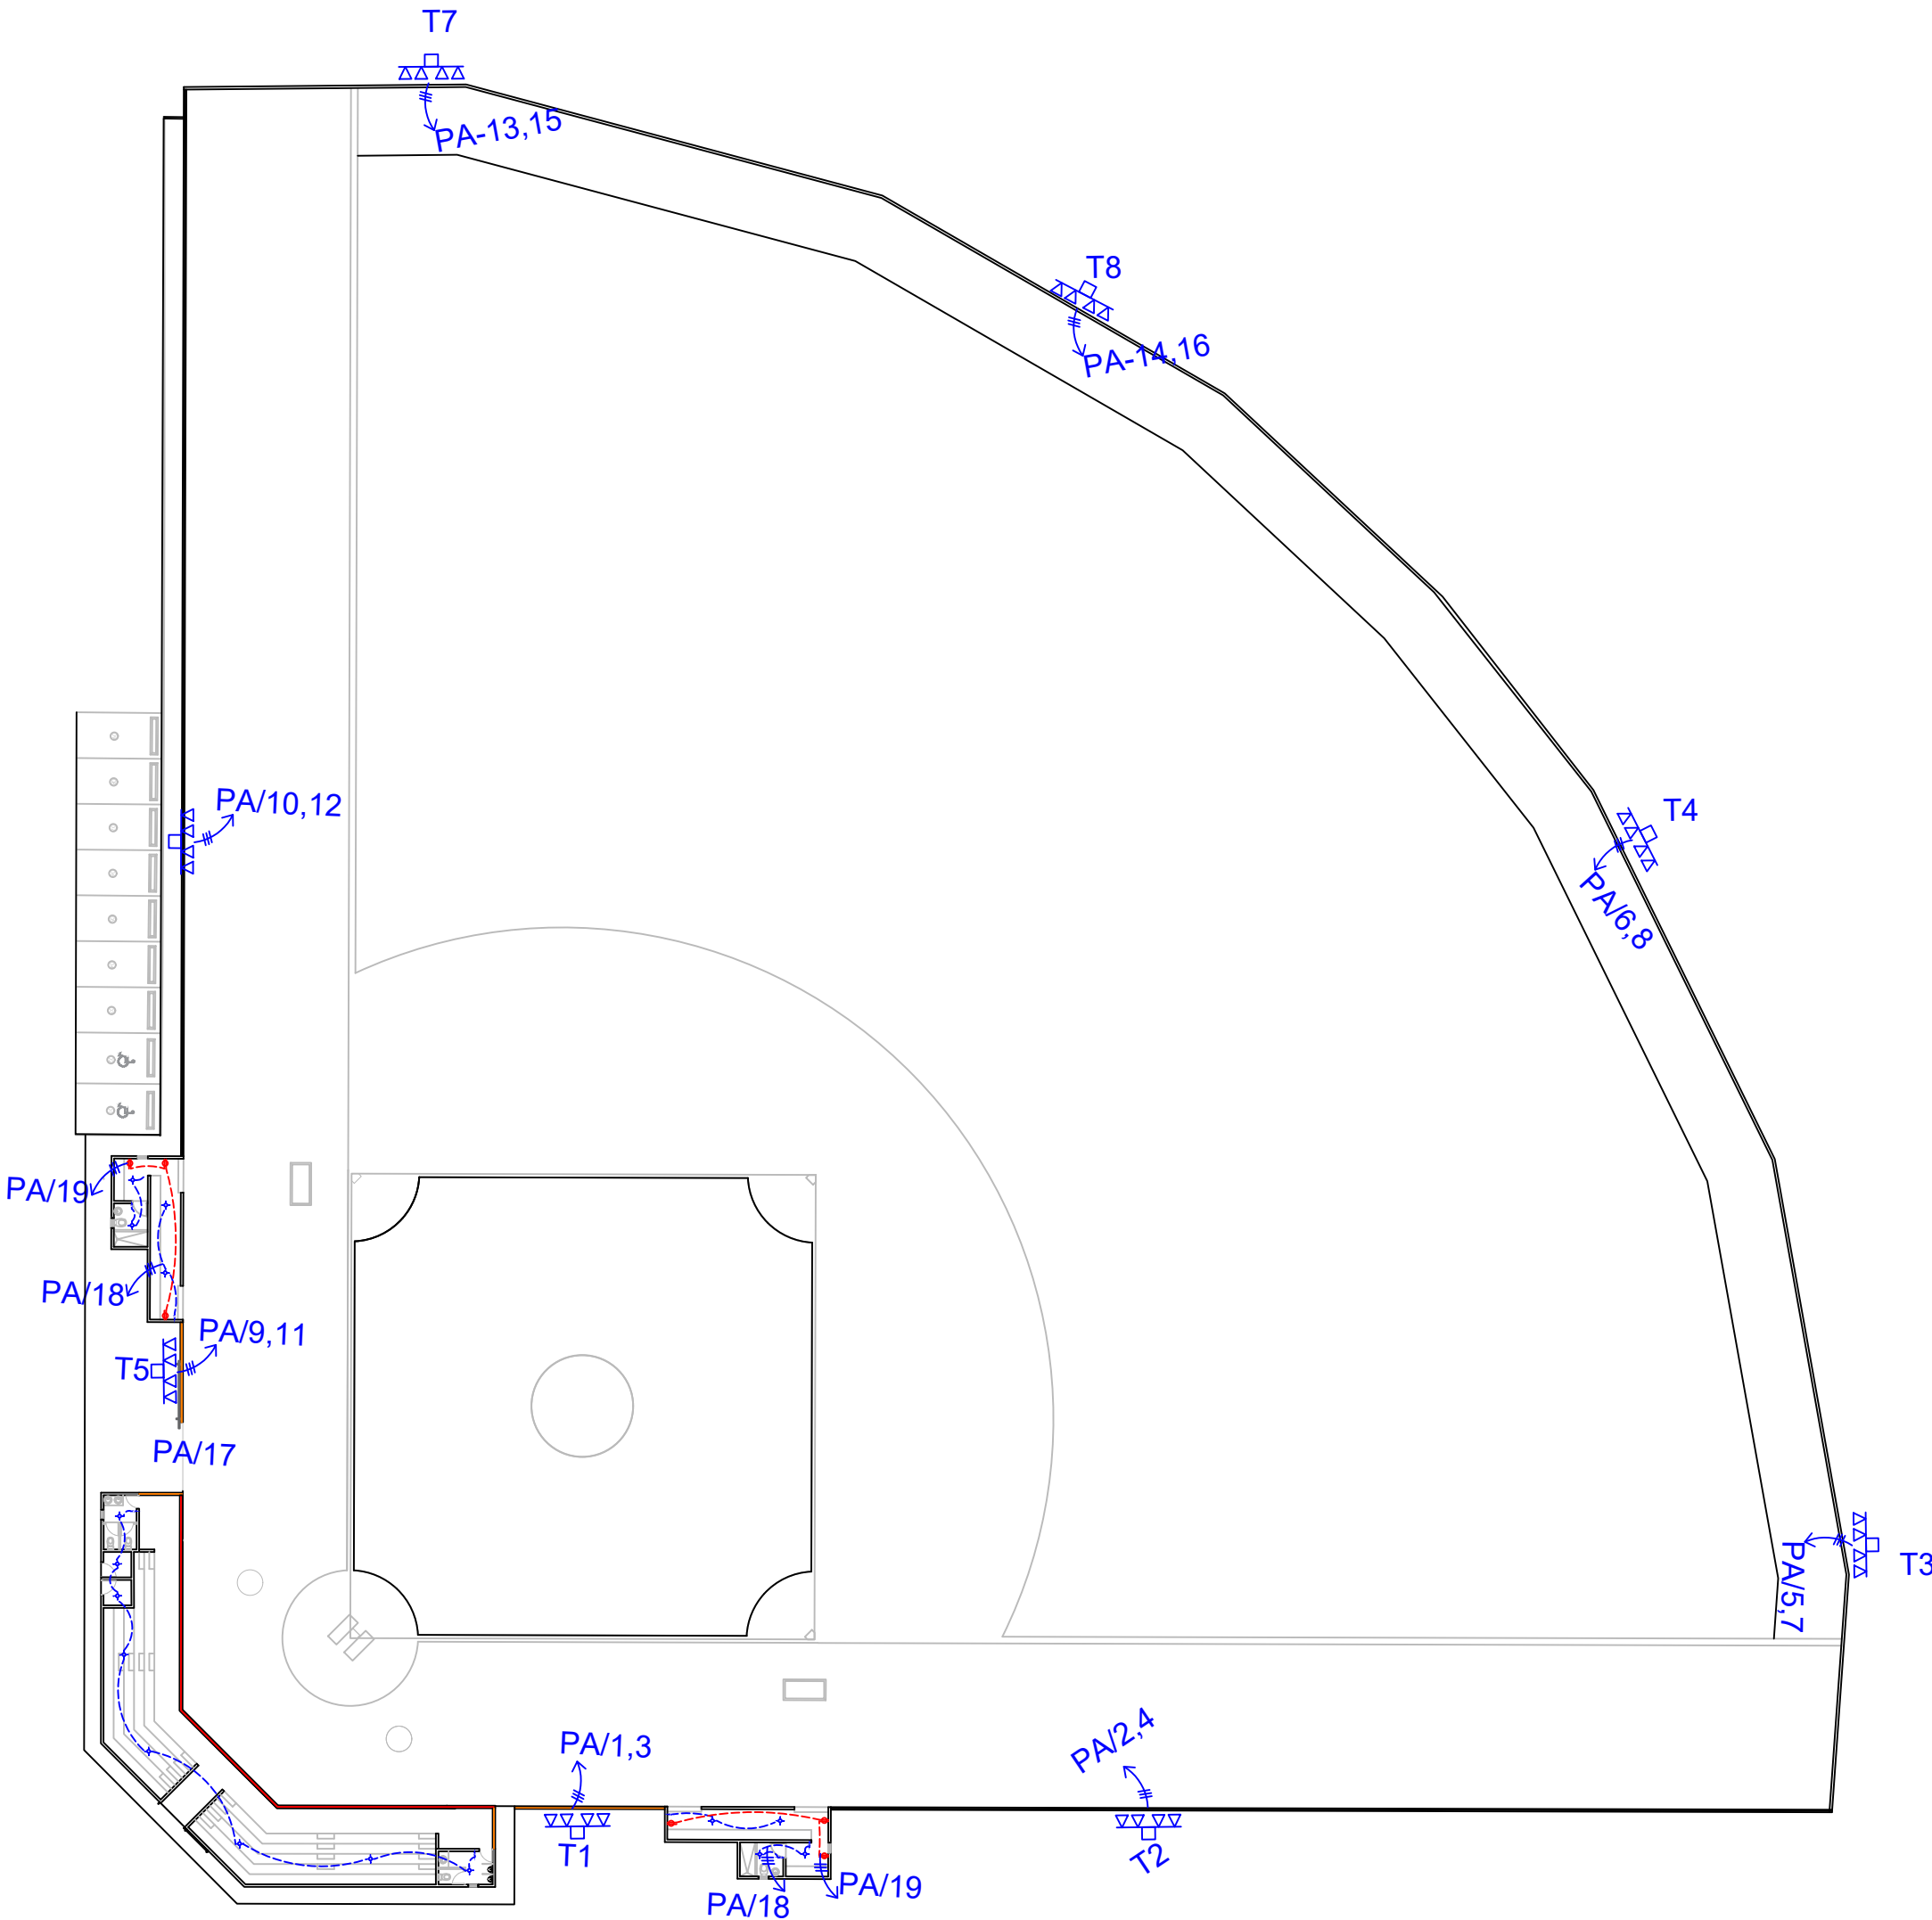

LEYENDA	
SIMBOLOGÍA	NOMBRE
	Luces de Techo
	Luces colgante tipo campana
	Lampara flour 4x4
	Lampara flour 2x4
	Luces de Pared
	Interruptores sencillo, 15A, 120V
	Interruptores doble, 15A, 120V
	Interruptores triple, 15A, 120V
	Interruptores 3 Way, 15A, 120V
	Interruptores 4 Way, 15A, 120V
	Interruptores Con luz piloto, 15A, 120V
	Poste Hormigon Armado 50' con escalerilla lampara MH, 1500W, 240 V
	Toma Corriente 120V, Doble, 20A
	Toma Corriente 240V, Sencillo, 30A
	Toma Corriente 120 de UPS, Doble, 20A
	Teléfono
	Antena de Televisión
	Data
	Hacia el Panel con 2 hilos
	Hacia el Panel con 3 hilos
	Tubería Empotrada en Losa
	Tubería Empotrada en Tierra
	Panel de Distribución Eléctrica
	Panel Board
	Breaker
	Registro
	Medidor o contador
	Transformador
	Abanico de Techo
	Equipos Eléctricos
	Transfer Switch
	Módulo de Contador
	Enclosed Breaker
	Tubería Empotrada con 3 hilos
	Inversor, UPS

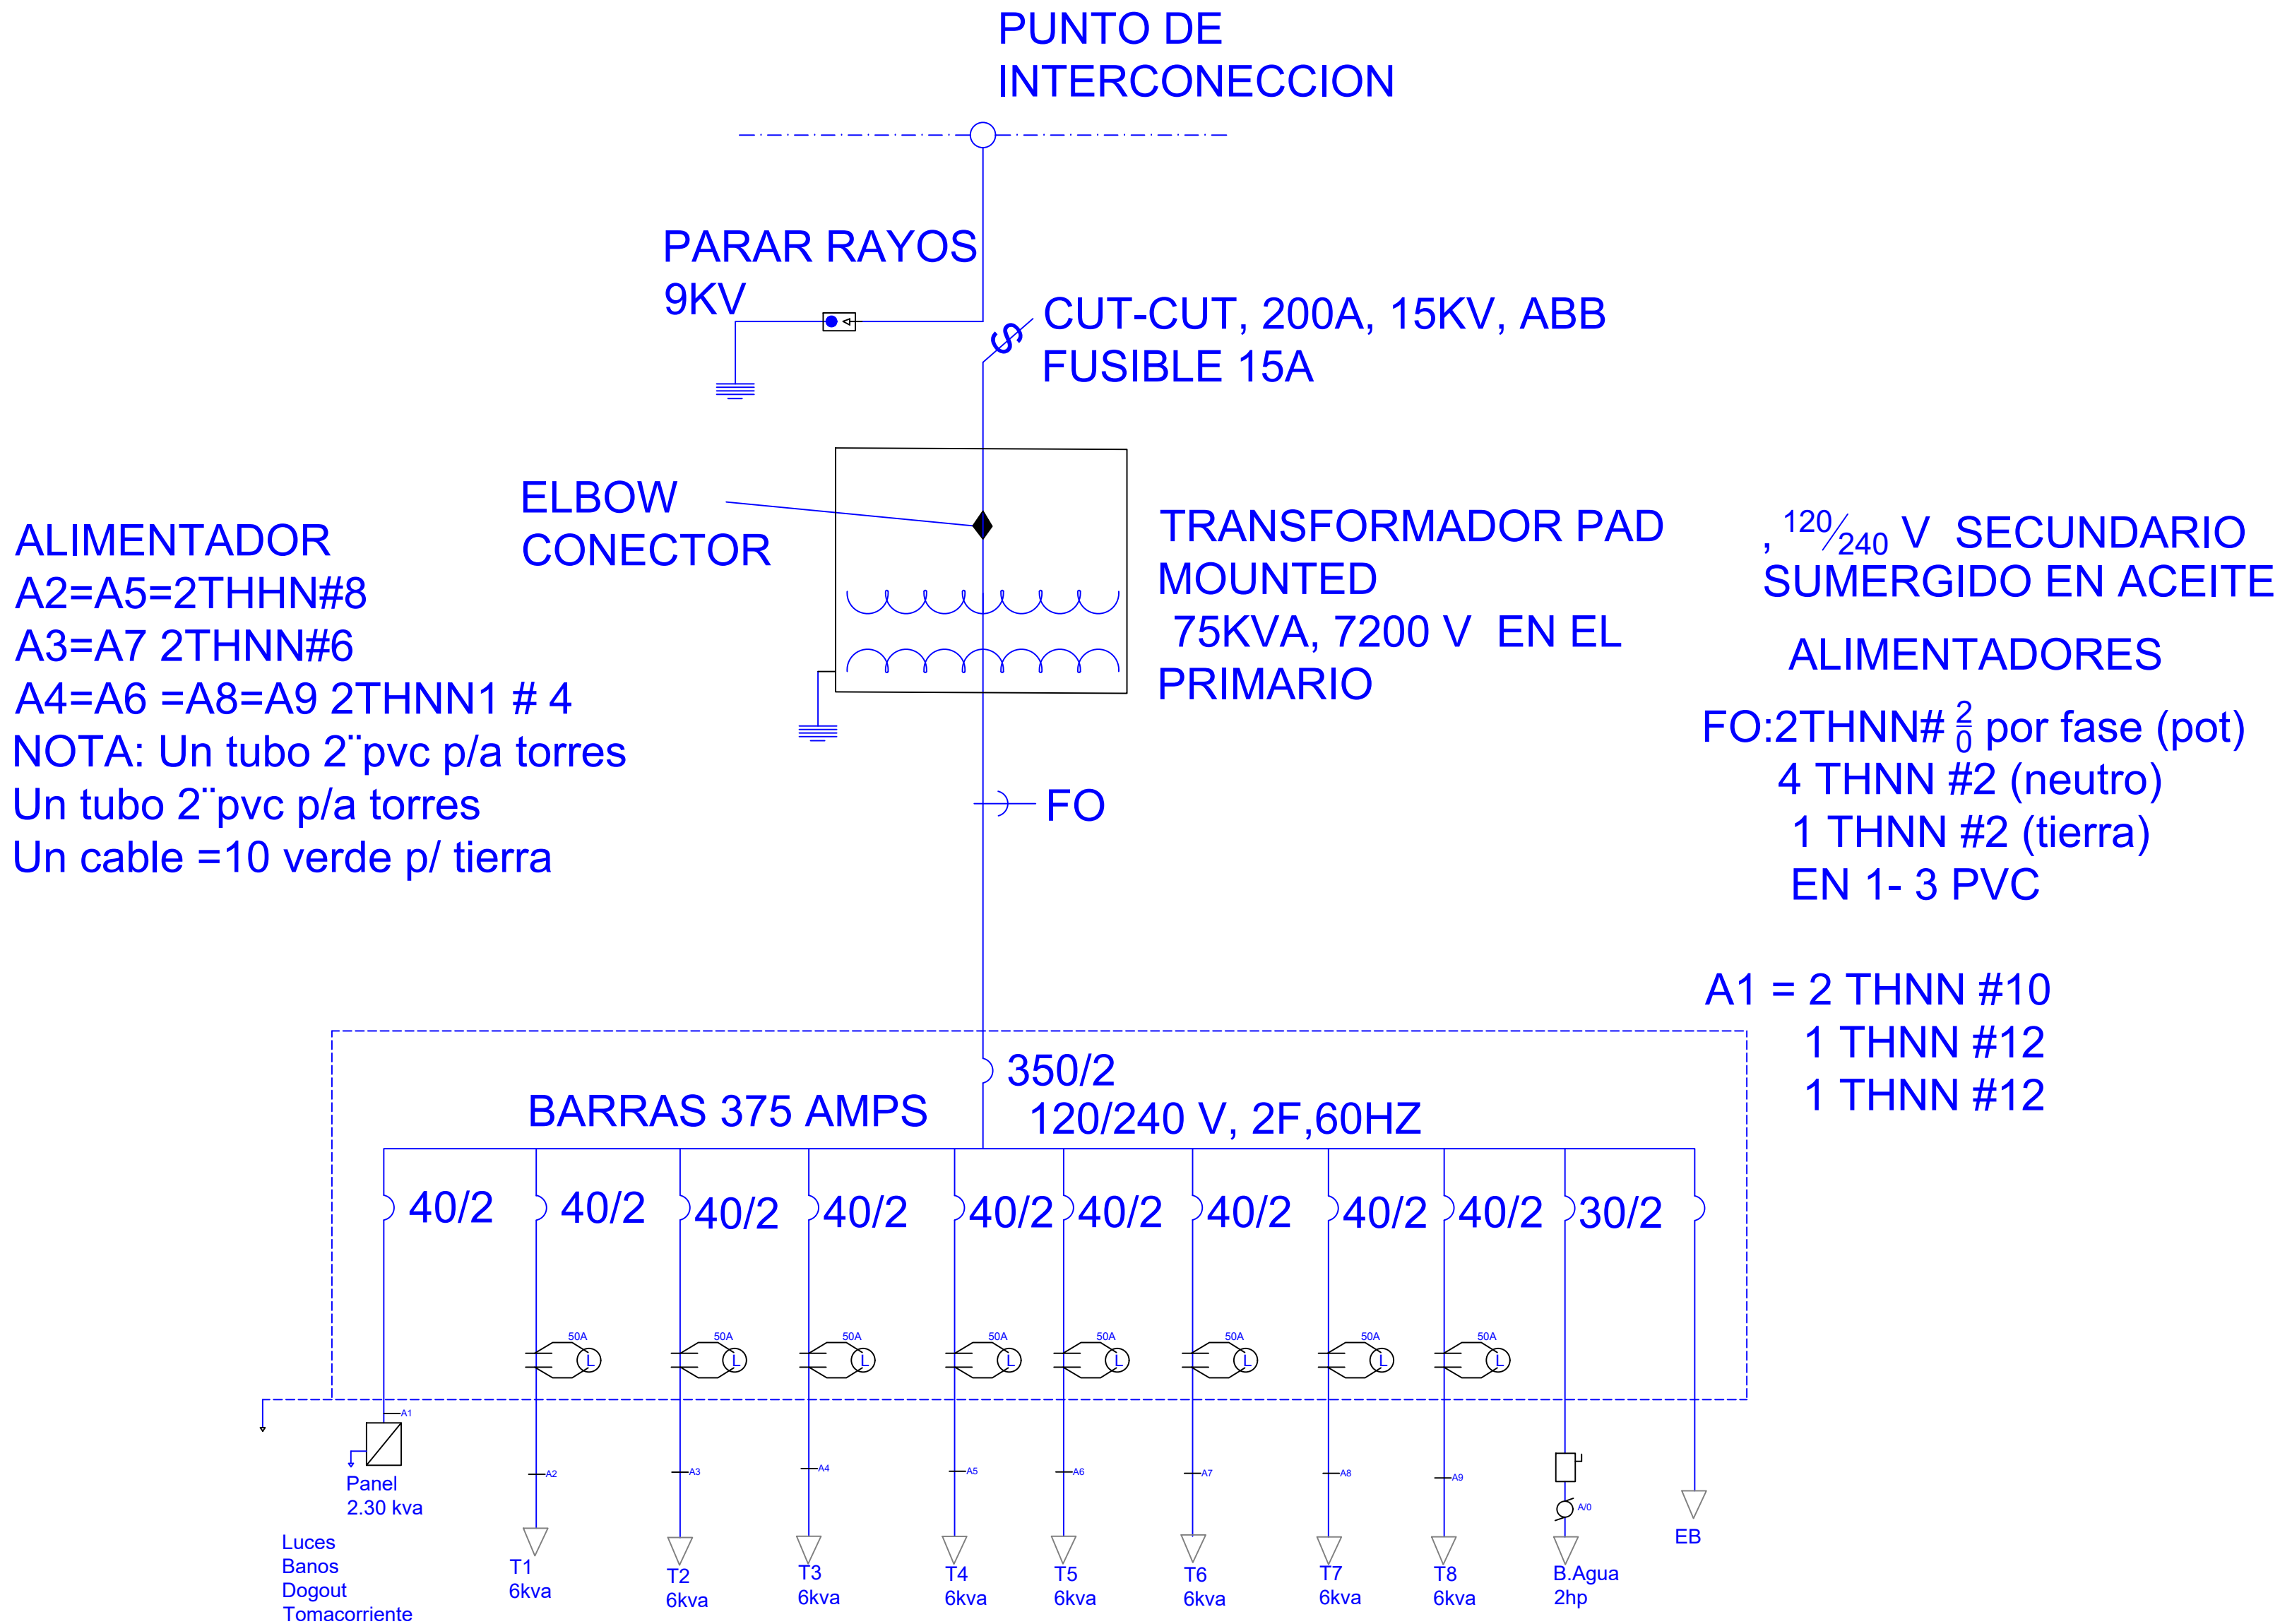


DIAGRAMA UNIFILAR
ESC. N/E


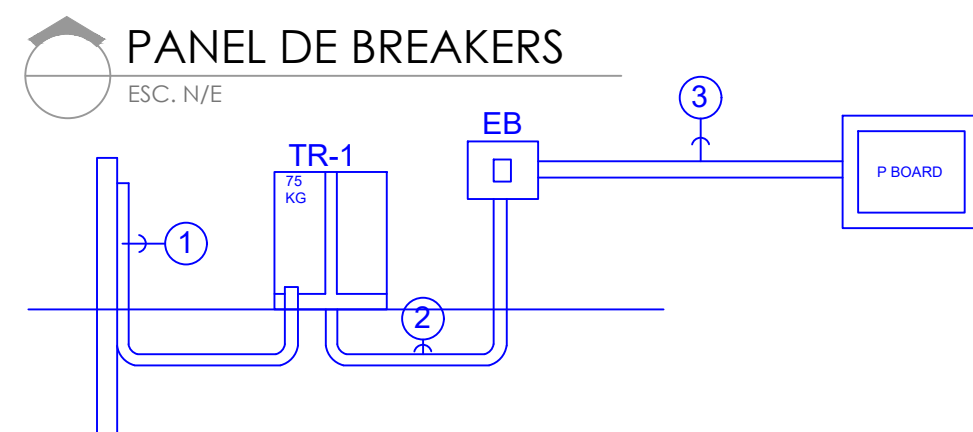


DIAGRAMA UNIFILAR

N/A

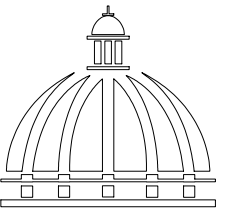

GOBIERNO DE LA
REPÚBLICA DOMINICANA

DIRECCION DE DESARROLLO
PROVINCIAL
DDP

Ave. Dr. Delgado, Esq. Moises García,
Gazcue, Sto. Dgo., R.D.
TEL.: (809)-364-2189 | FAX.: (809)- 688-1665
E-Mail: info@cpadp.gob.do

PROYECTO:

CONSTRUCCIÓN CAMPO DE BÉISBOL
ENRIQUILLO, MUNICIPIO ENRIQUILLO,
PROVINCIA BARAHONA

EQUIPO DE TRABAJO:

DISEÑO ARQUITECTÓNICO
ARQ.

codia 00000

ENC. INGENIERÍA

ING. FIOR DALIZA BONIFACIO
codia 00000

ESTRUCTURAL

ING. Leopoldo Berroa
codia 00000

ELÉCTRICO

ING. Juan Pérez
codia 00000

HIDRO-SANITARIO

ING. Francis Estévez
codia 00000

SELLO DE APROBACIÓN:

FECHA:


CONTENIDO:

ESCALA:

SEPTIEMBRE 2026

NO. PÁGINA:


008

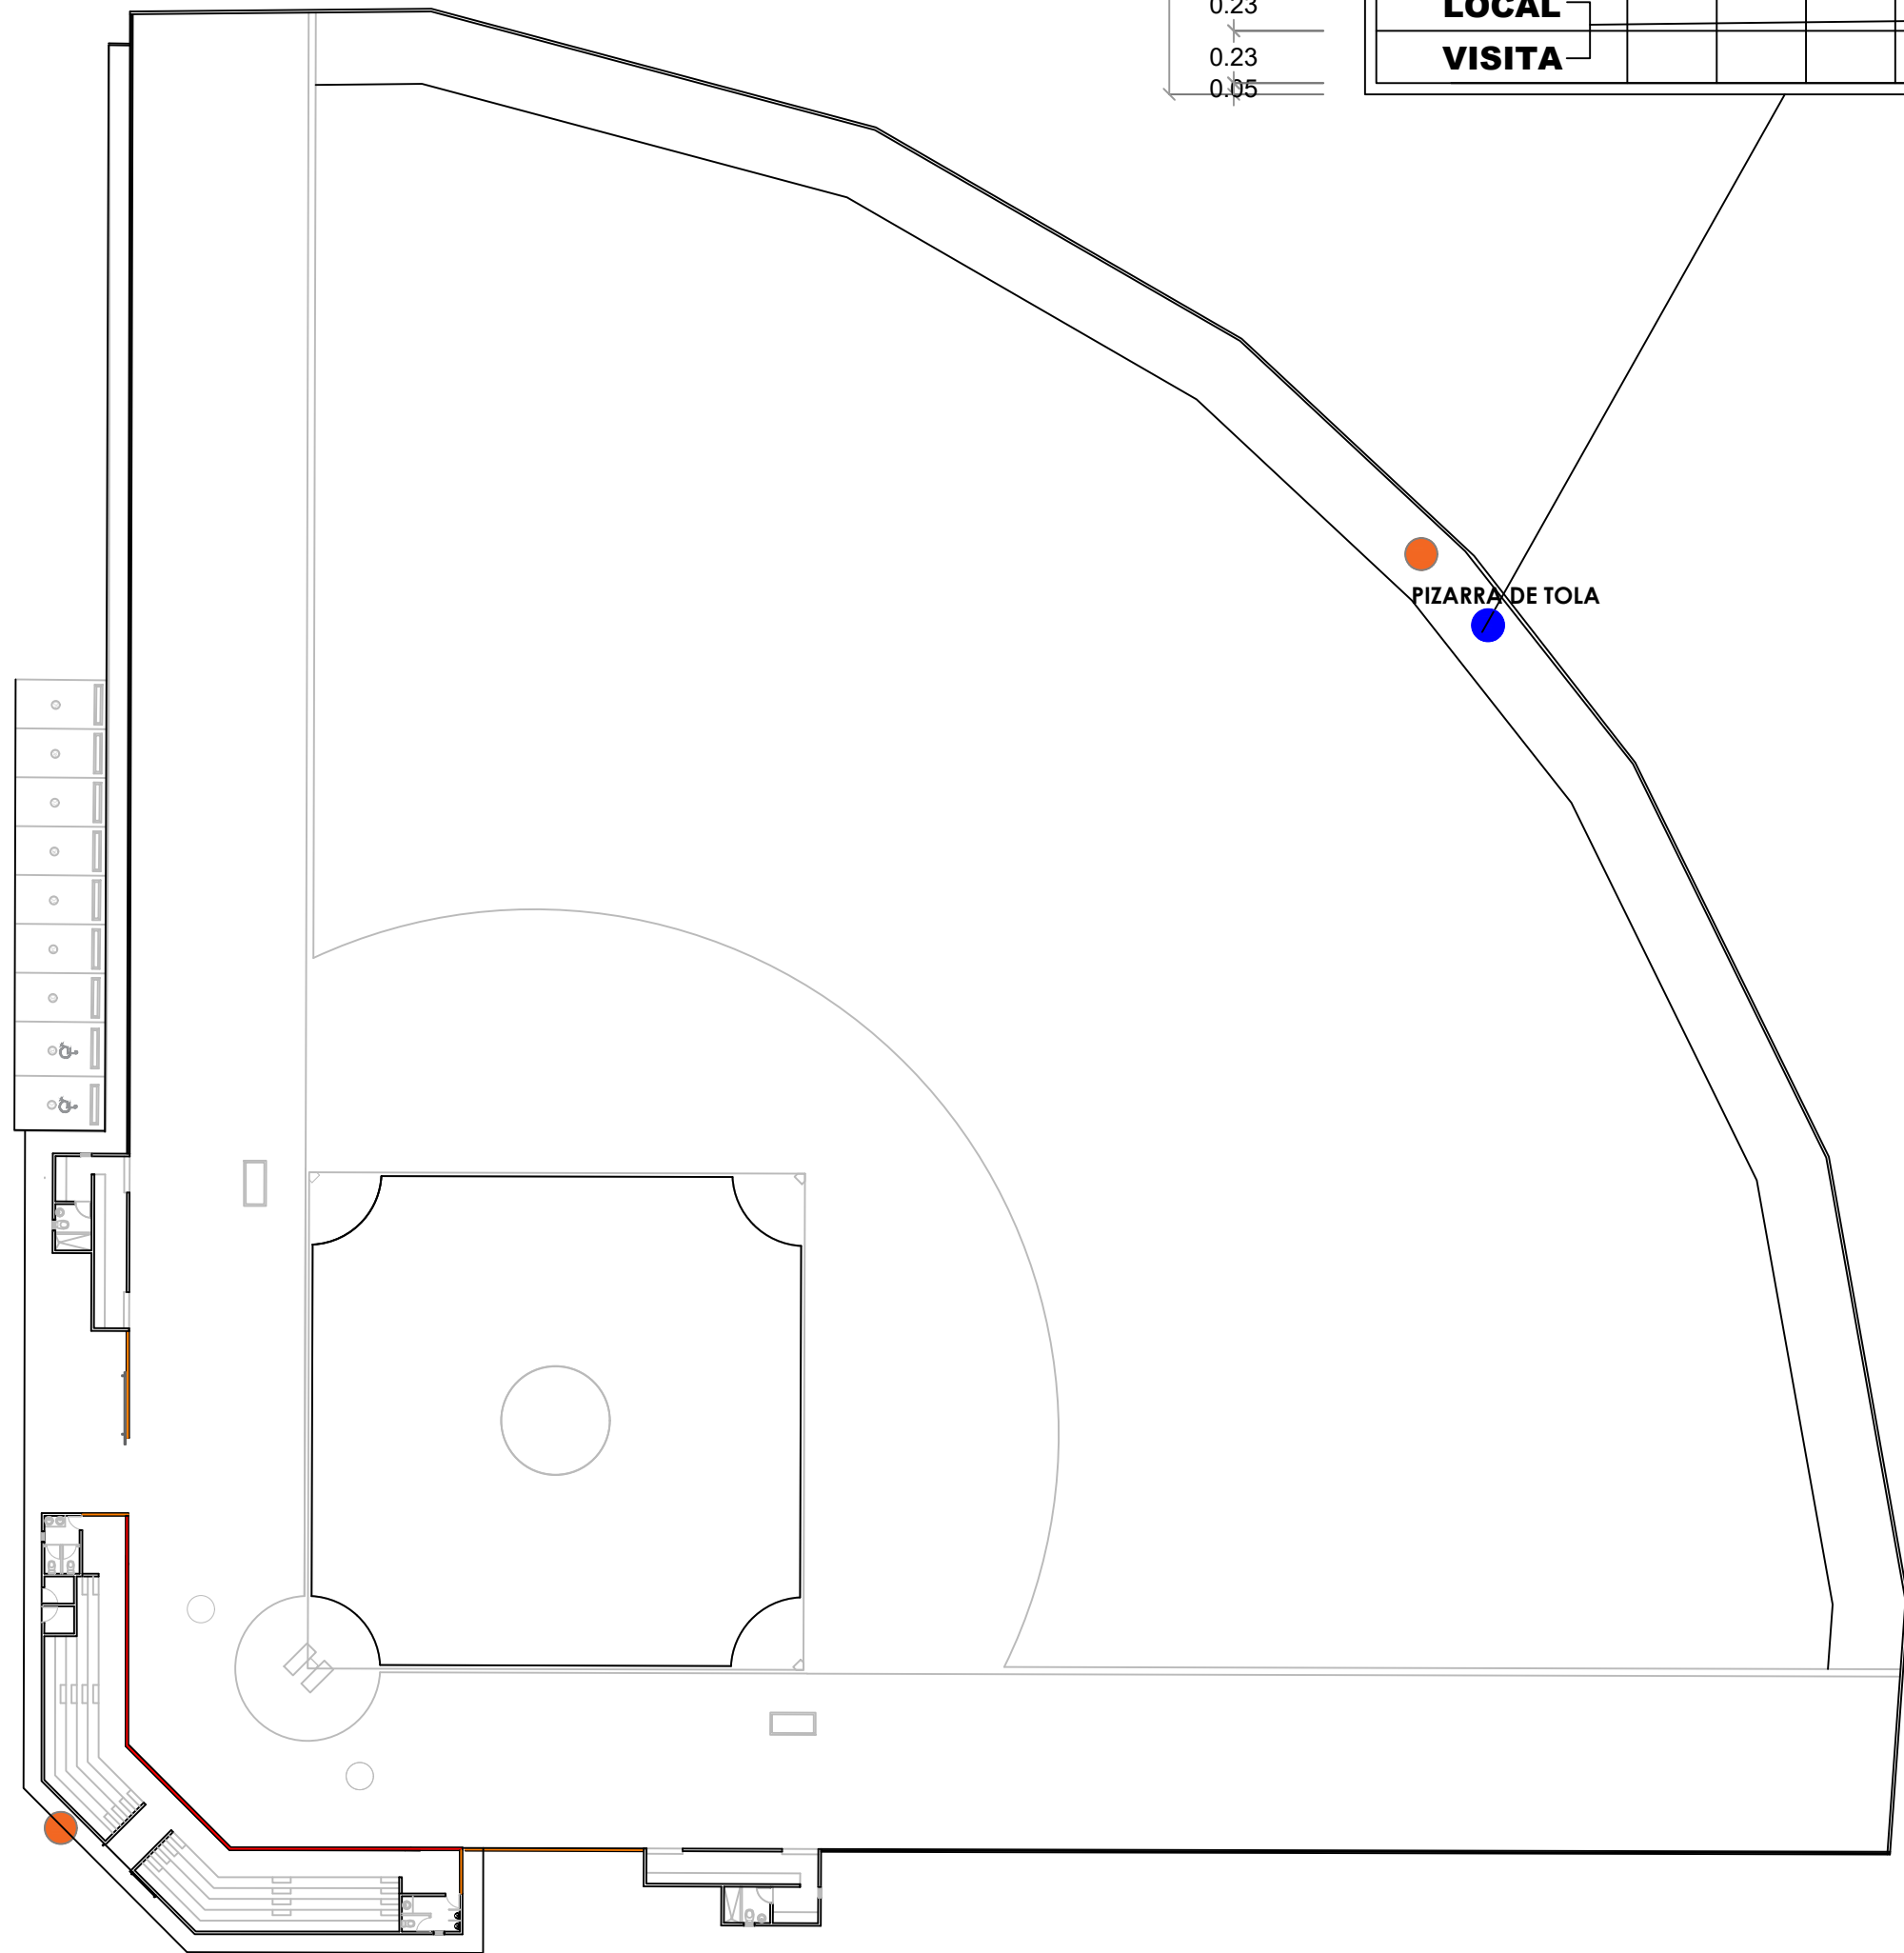

PIZARRA DE TOLA

LEYENDA ZONIFICACION DE LOGOS		
SIMBOLO	DESCRIPCION	CANTIDAD
●	LOGOS	2

NOTA: CADA LOGO TENDRA DE DIAMETRO 1.20 M
ESTA CENTRALIZADO RESPECTO AL ESPACIO
DONDE SE UBICA, ESTO ES DE ACUERDO AL
ANCHO Y AL ALTO DEL AREA

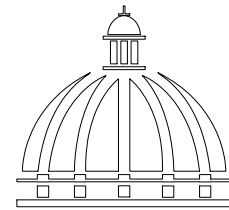

GOBIERNO DE LA
RBPÚBLICA DOMINICANA

DIRECCION DE DESARROLLO
PROVINCIAL
DDP

Ave. Dr. Delgado, Esq. Moises García,
Gazcue, Sto. Dgo., R.D.
TEL.: (809)-364-2189 | FAX.: (809)- 688-1665
E-Mail: info@cpadp.gob.do

PROYECTO:

CONSTRUCCIÓN CAMPO DE BÉISBOL
ENRIQUILLO, MUNICIPIO ENRIQUILLO,
PROVINCIA BARAHONA

EQUIPO DE TRABAJO:

DISEÑO ARQUITECTÓNICO
ARQ.

codia 00000

ENC. INGENIERÍA

ING. FIOR DALIZA BONIFACIO

codia 00000

ESTRUCTURAL

ING. Leopoldo Berroa

codia 00000

ELÉCTRICO

ING. Juan Pérez

codia 00000

HIDRO-SANITARIO

ING. Francis Estévez

codia 00000

SELLO DE APROBACIÓN:

FECHA:

CONTENIDO:

DETALLE UBICACION
LOGOS Y PIZARRA


ESCALA:

1:100


SEPTIEMBRE 2026

NO. PÁGINA:



009

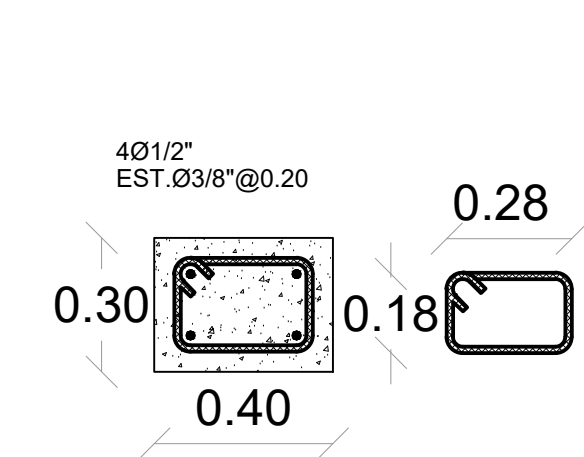


SECCION COLUMNA CA
Columna de amarre @ 3m
Esc. 1:50

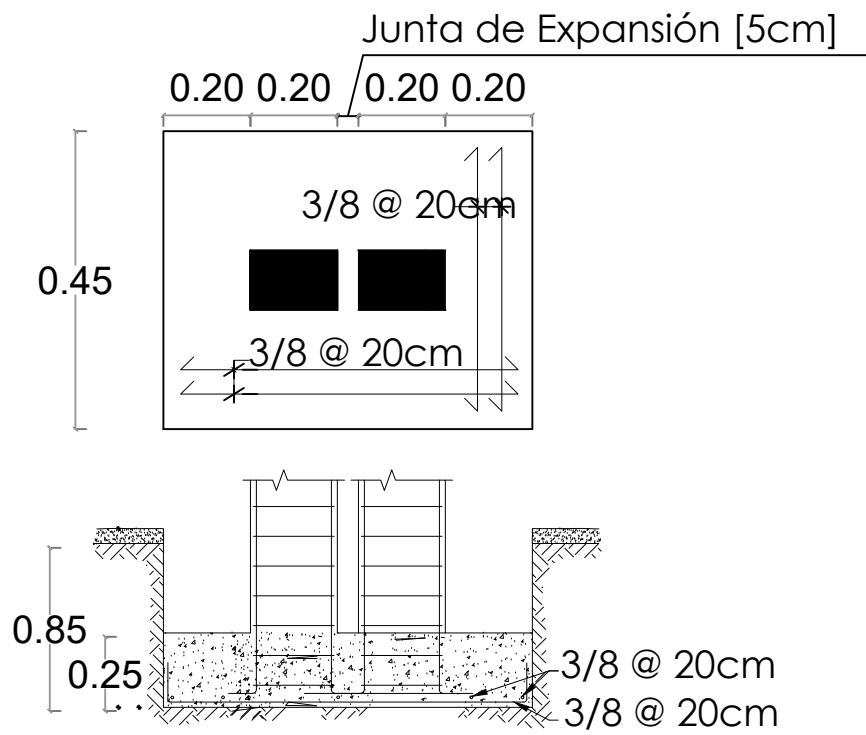


DETALLE ZAPATA COLUMNA EN JUNTA DE EXPANSIÓN
Una junta de expansión c/18m (cada 6 col. de amarre)

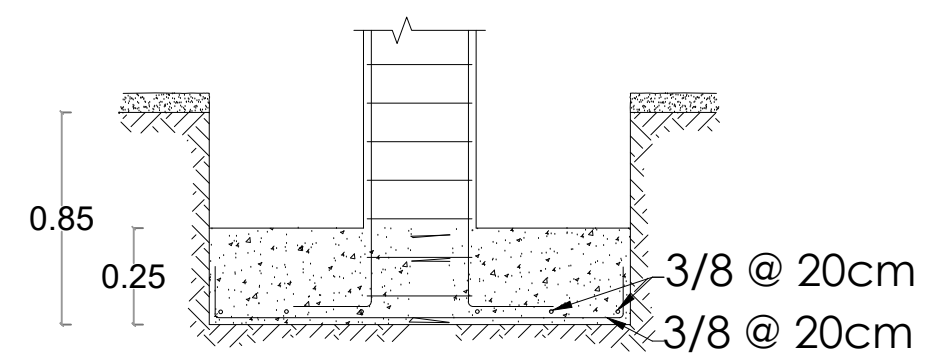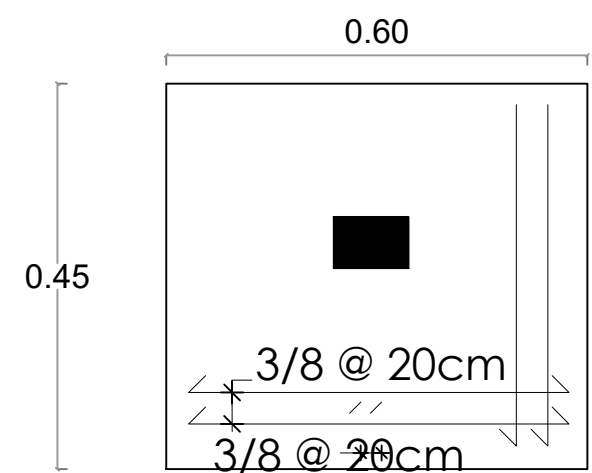


DETALLE ZAPATA COLUMNA CA

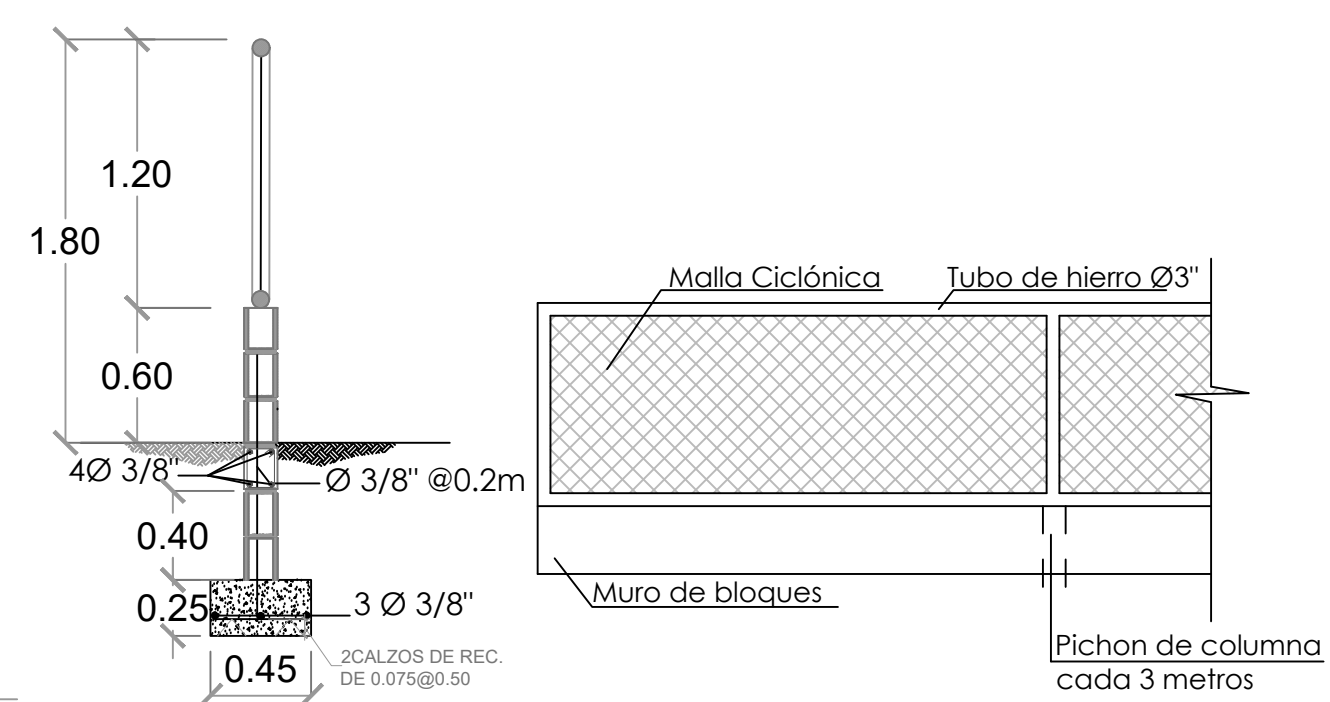


MURO DE BLOQUES Y MALLA CICLÓNICA
H=1.80 M L= 159.36 M

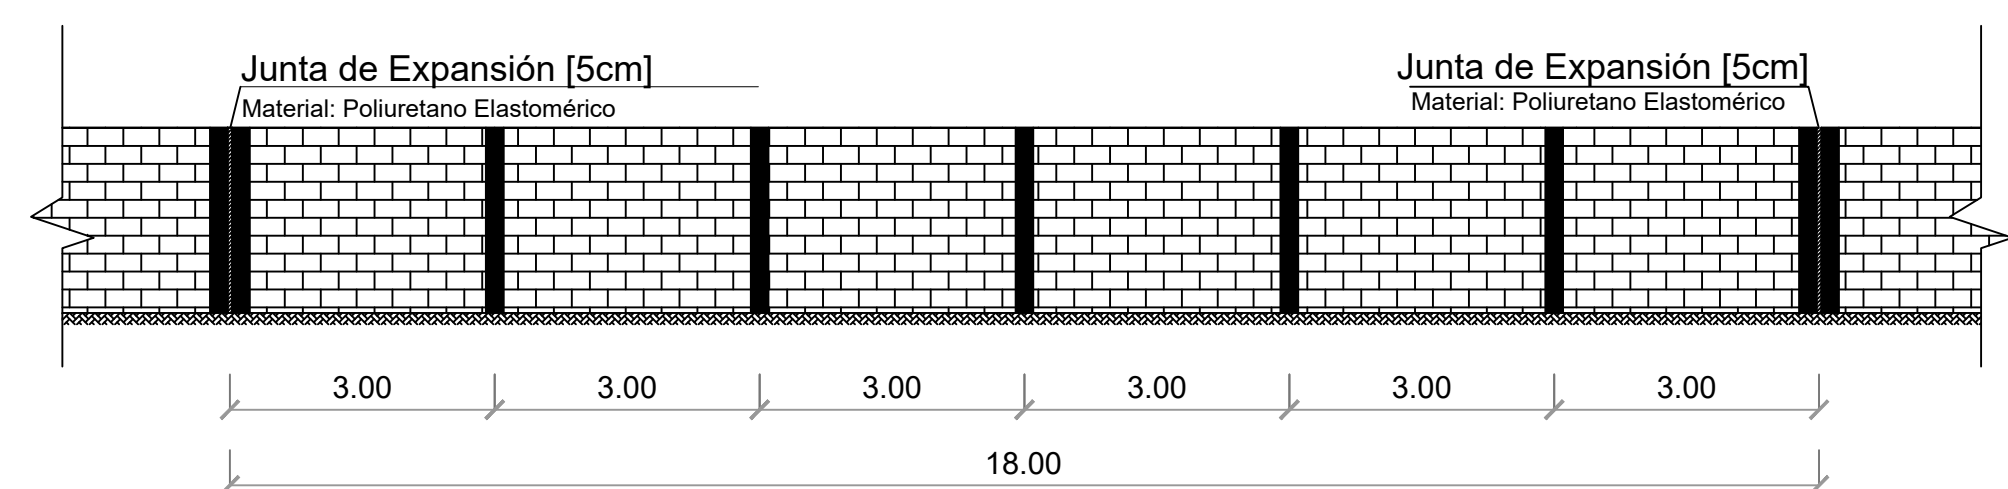


ELEVACIÓN VERJA DE BLOQUES C/ JUNTA DE EXPANSIÓN
Una junta de expansión c/18m (cada 6 col. de amarre)

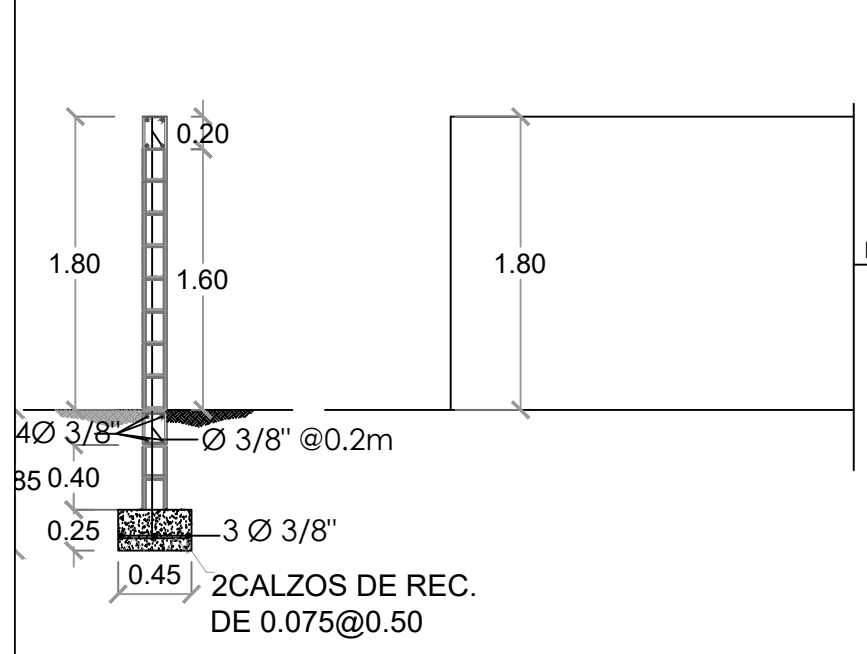


MURO DE BLOQUES H=1.80 M L= 191.27 M

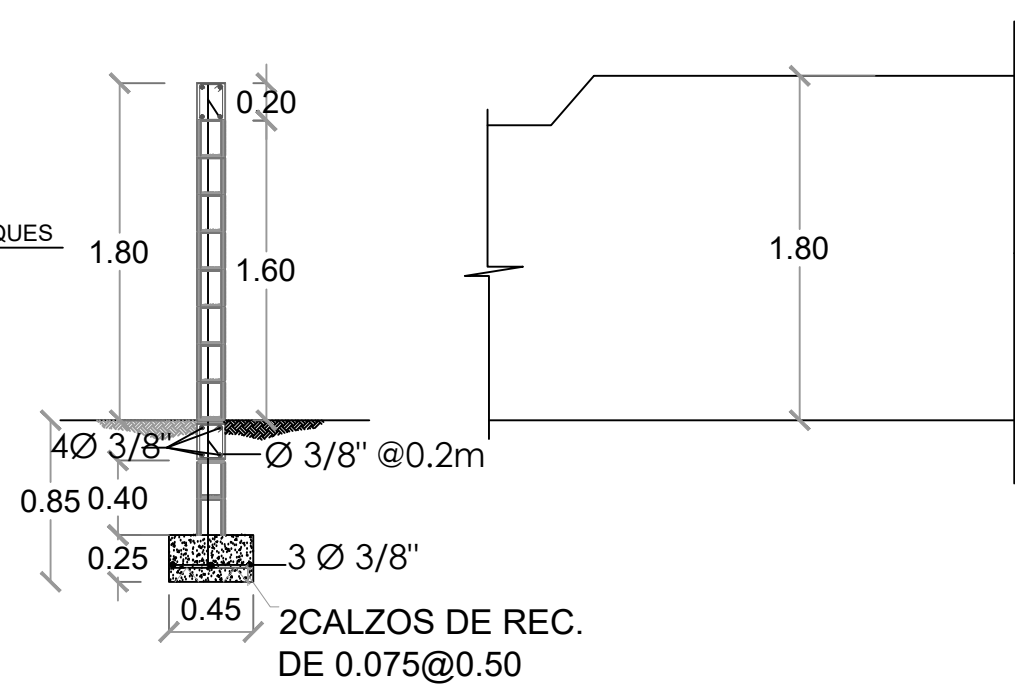

MURO DE BLOQUES - CENTER FIELD H=1.80 M L= 15.00 M

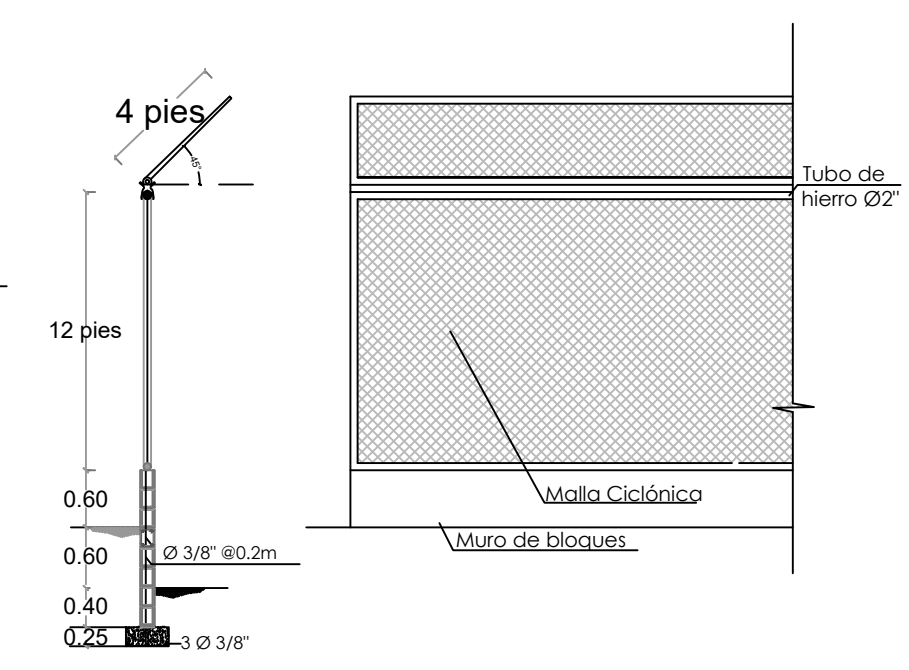

BACKSTOP H=5.40M L= 30.00 M

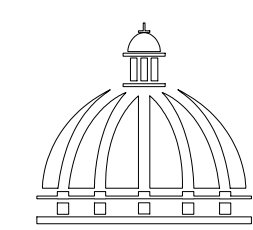

GOBIERNO DE LA
REPÚBLICA DOMINICANA

DIRECCION DE DESARROLLO
PROVINCIAL
DDP

Ave. Dr. Delgado, Esq. Moises García,
Gazcue, Sto. Dgo., R.D.
TEL.: (809)-364-2189 | FAX.: (809)- 688-1665
E-Mail: info@cpadp.gob.do

PROYECTO:

CONSTRUCCIÓN CAMPO DE BÉISBOL
ENRIQUILLO, MUNICIPIO ENRIQUILLO,
PROVINCIA BARAHONA

EQUIPO DE TRABAJO:

DISEÑO ARQUITECTÓNICO
ARQ. codia 00000

ENC. INGENIERÍA
ING. FIOR DALIZA BONIFACIO
codia 00000

ESTRUCTURAL
ING. Leopoldo Berroa
codia 00000

ELÉCTRICO
ING. Juan Pérez
codia 00000

HIDRO-SANITARIO
ING. Francis Estévez
codia 00000

SELLO DE APROBACIÓN:

FECHA:

CONTENIDO:


DETALLES DE VERJA


ESCALA:


SEPTIEMBRE 2026


NO. PÁGINA:

010

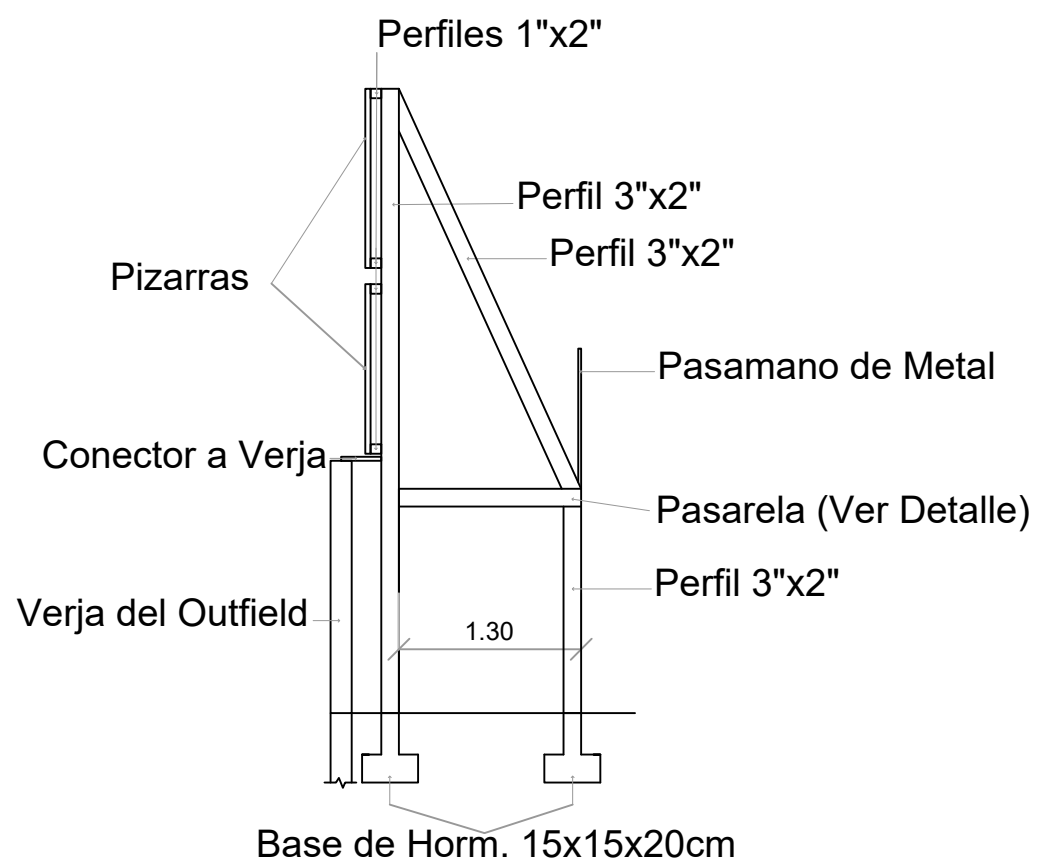

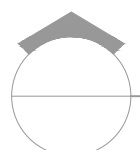 **DETALLES DE PIZARRA EN TOLA**
ESC. 1:100

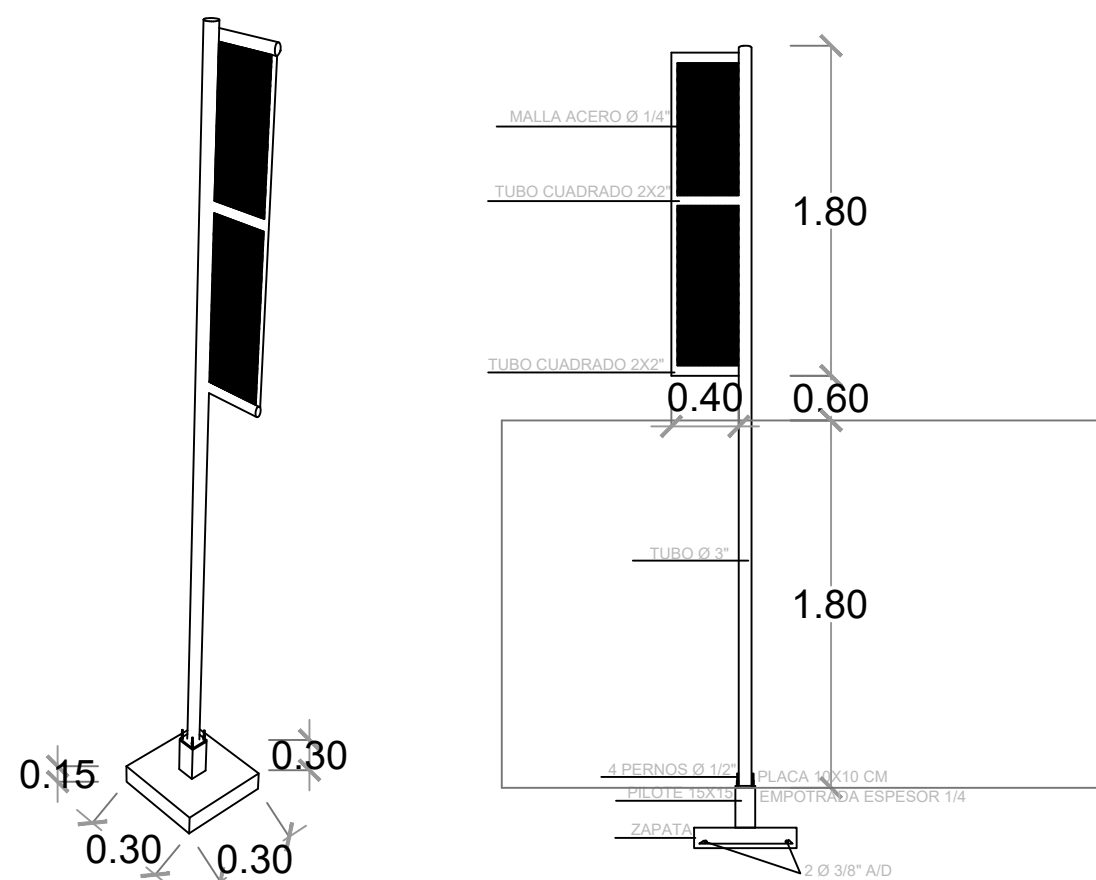

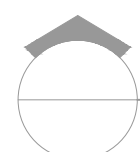 **DETALLES POSTE DE FOUL**
ESC. 1:100



DIRECCION DE DESARROLLO PROVINCIAL DDP

Ave. Dr. Delgado, Esq. Moisés García,
Gazcue, Sto. Dgo., R.D.
TEL.: (809)-364-2189 | FAX.: (809)- 688-1665
E-Mail: info@cpadp.gob.do

PROYECTO:

CONSTRUCCIÓN CAMPO DE BÉISBOL ENRIQUILLO, MUNICIPIO ENRIQUILLO, PROVINCIA BARAHONA

EQUIPO DE TRABAJO:

DISEÑO ARQUITECTÓNICO
ARQ.

codia 00000

ENC. INGENIERÍA
ING. FIOR DALIZA BONIFACIO
codia 00000

ESTRUCTURAL
ING. Leopoldo Berroa
codia 00000

ELÉCTRICO
ING. Juan Pérez
codia 00000

HIDRO-SANITARIO
ING. Francis Estévez
codia 00000

SELLO DE APROBACIÓN:

FECHA:

CONTENIDO:

DETALLES DE PIZARRA Y POSTE DE FOUL


ESCALA:

1:75

SEPTIEMBRE 2026

NO. PÁGINA:

011

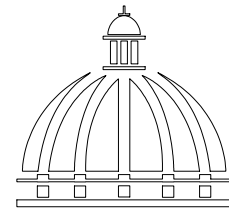

GOBIERNO DE LA
REPÚBLICA DOMINICANA

DIRECCION DE DESARROLLO
PROVINCIAL
DDP

Ave. Dr. Delgado, Esq. Moises García,
Gazcue, Sto. Dgo., R.D.
TEL.: (809)-364-2189 | FAX.: (809)- 688-1665
E-Mail: info@cpadp.gob.do

PROYECTO:

CONSTRUCCIÓN CAMPO DE BÉISBOL
ENRIQUILLO, MUNICIPIO ENRIQUILLO,
PROVINCIA BARAHONA

EQUIPO DE TRABAJO:

DISEÑO ARQUITECTÓNICO
ARQ.

codia 00000

ENC. INGENIERÍA
ING. FIOR DALIZA BONIFACIO

codia 00000

ESTRUCTURAL
ING. Leopoldo Berroa

codia 00000

ELÉCTRICO
ING. Juan Pérez

codia 00000

HIDRO-SANITARIO
ING. Francis Estévez

codia 00000

SELLO DE APROBACIÓN:

FECHA:

CONTENIDO:

PLANTA ARQUITECTÓNICA


ESCALA:

1:50


SEPTIEMBRE 2026

NO. PÁGINA:

012

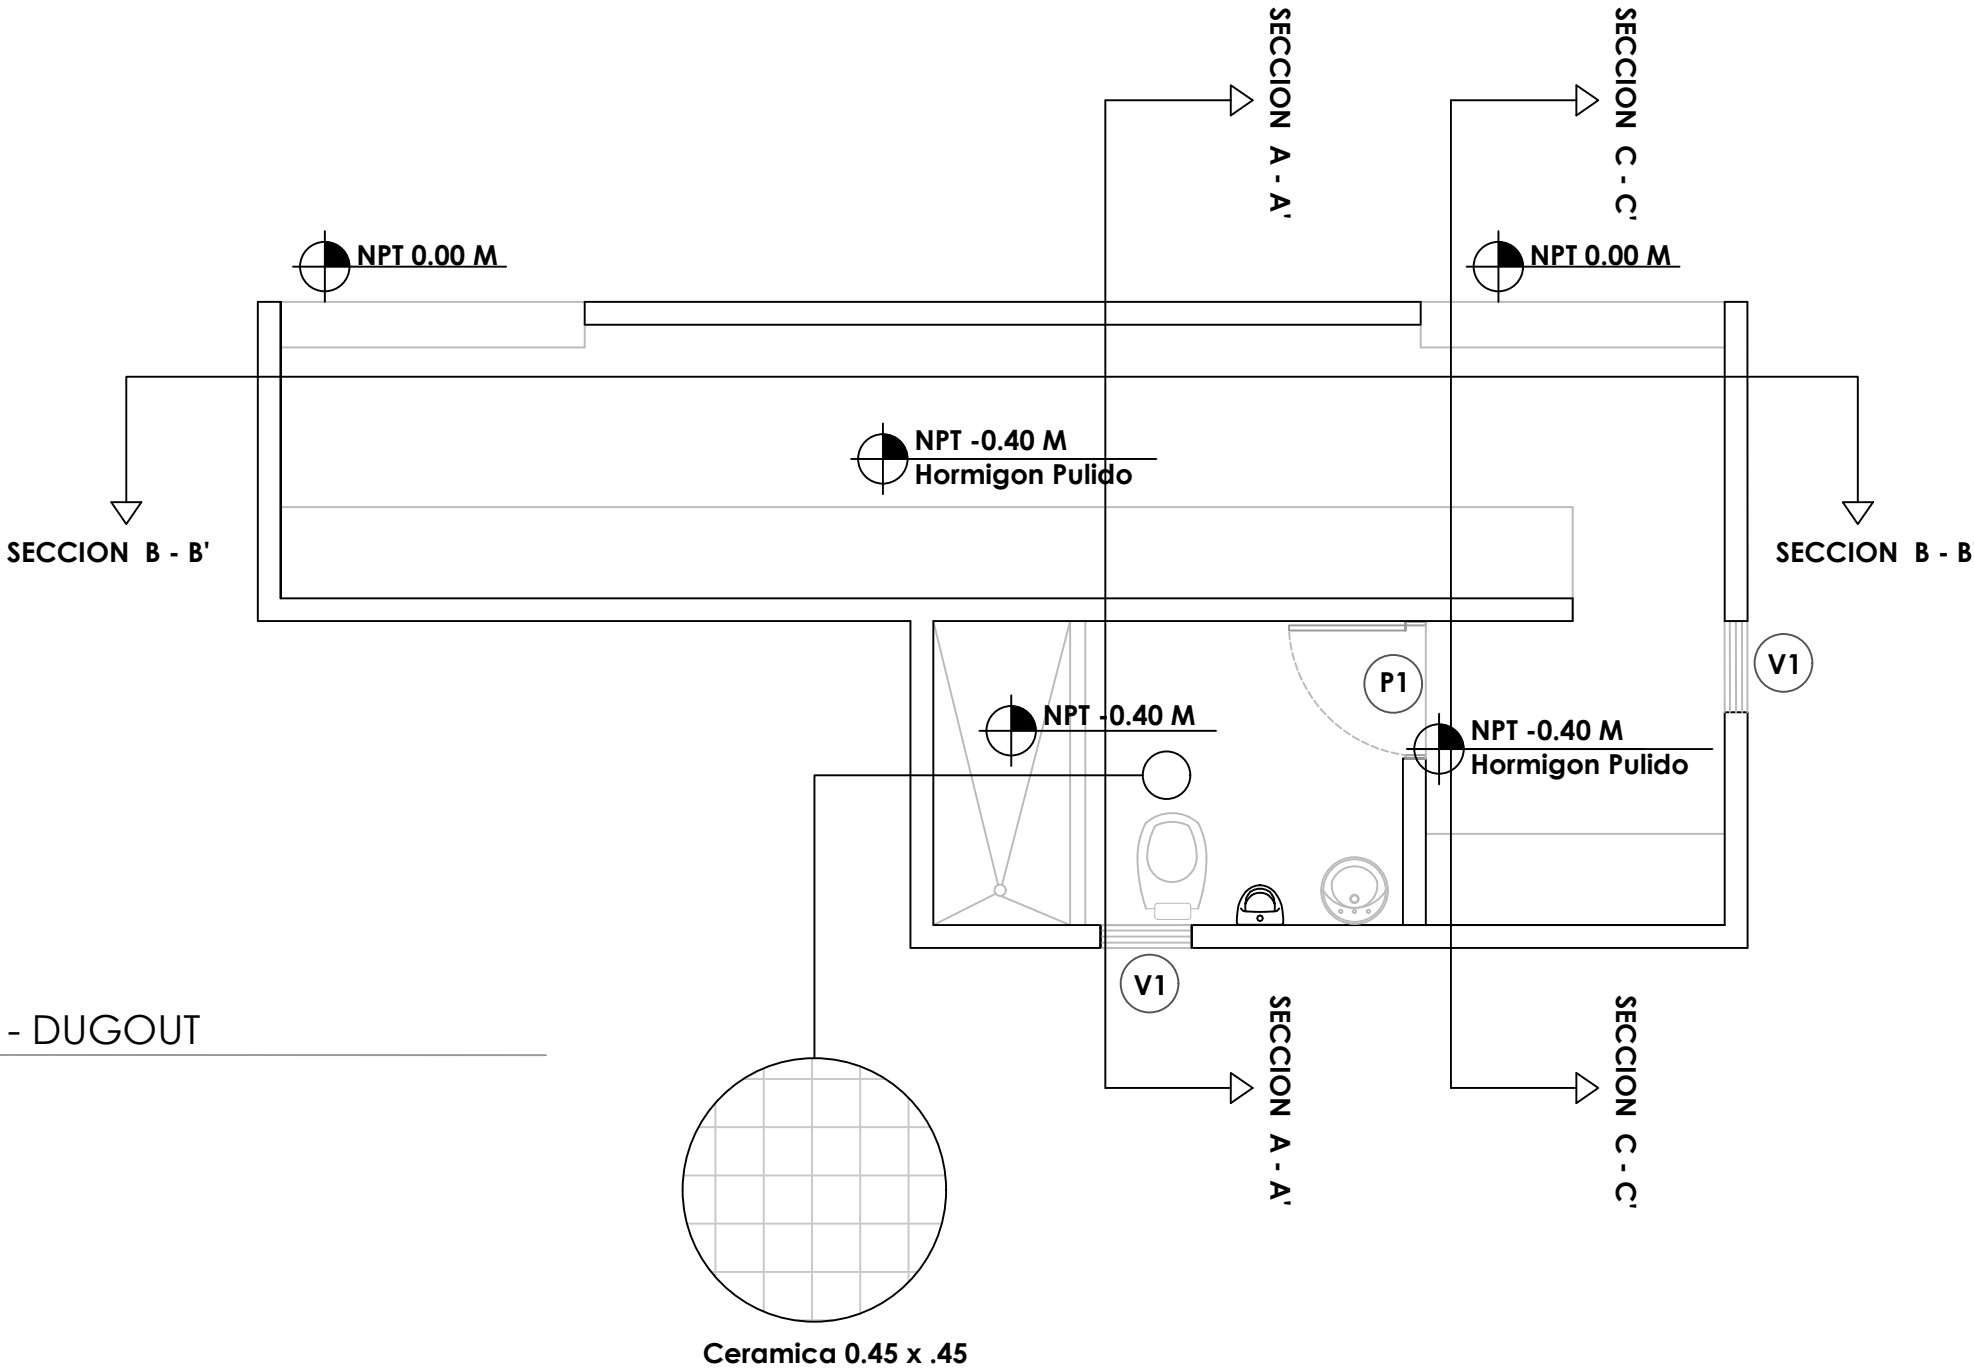


LEYENDA ZONIFICACION DE LOGOS		
SIMBOLO	DESCRIPCION	CANTIDAD
V1	VENTANA DE CELOSIA METALICA Dim= 0.60 m X 0.60 m	2
P1	PUERTA POLIMETALICA EVERDOOR Dim= 0.90 m X 2.10 m	1

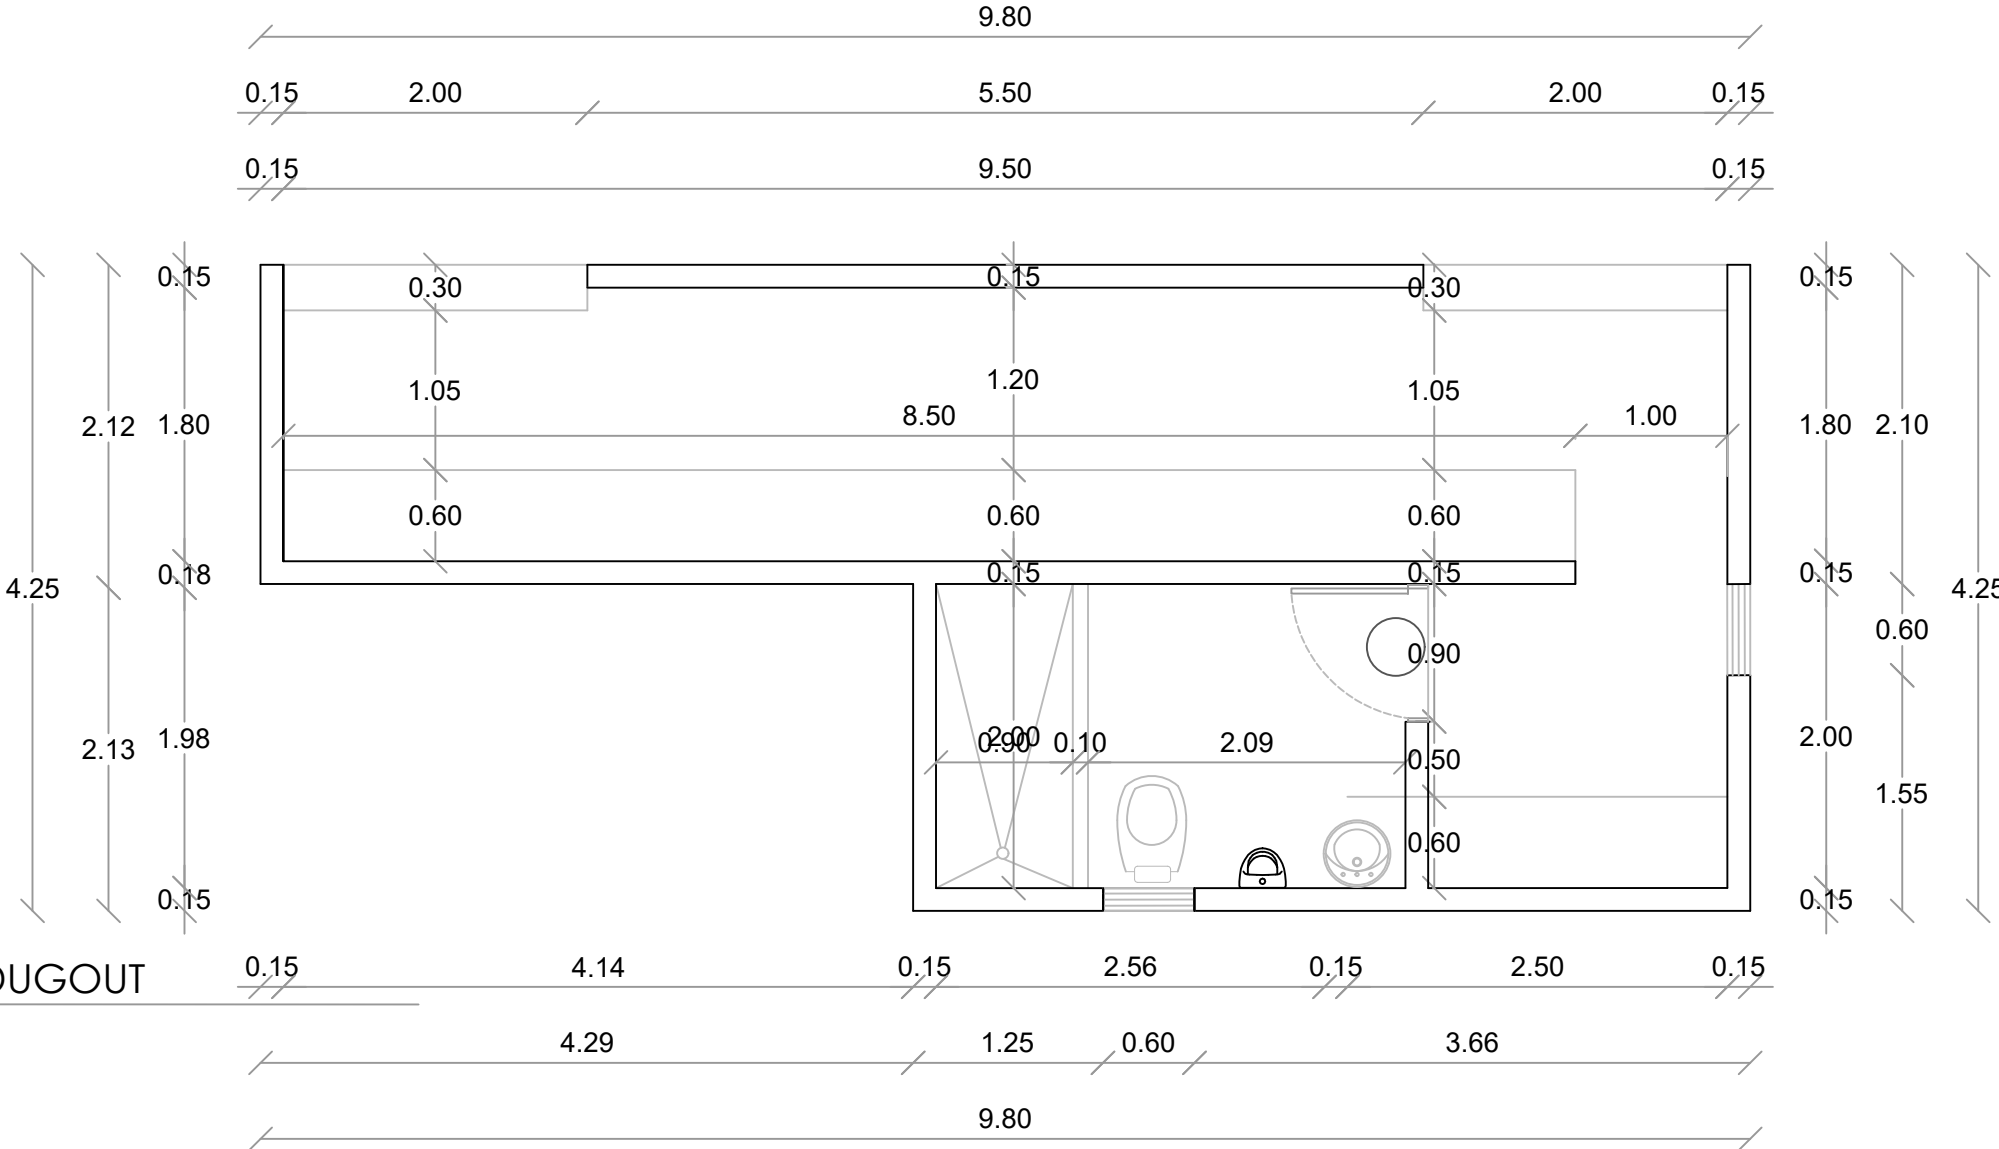


1
00
PLANTA ARQUITECTONICA - DUGOUT
ESC. 1:50


1
00
PLANTA ARQ. DIMENSIONADA - DUGOUT
ESC. 1:50

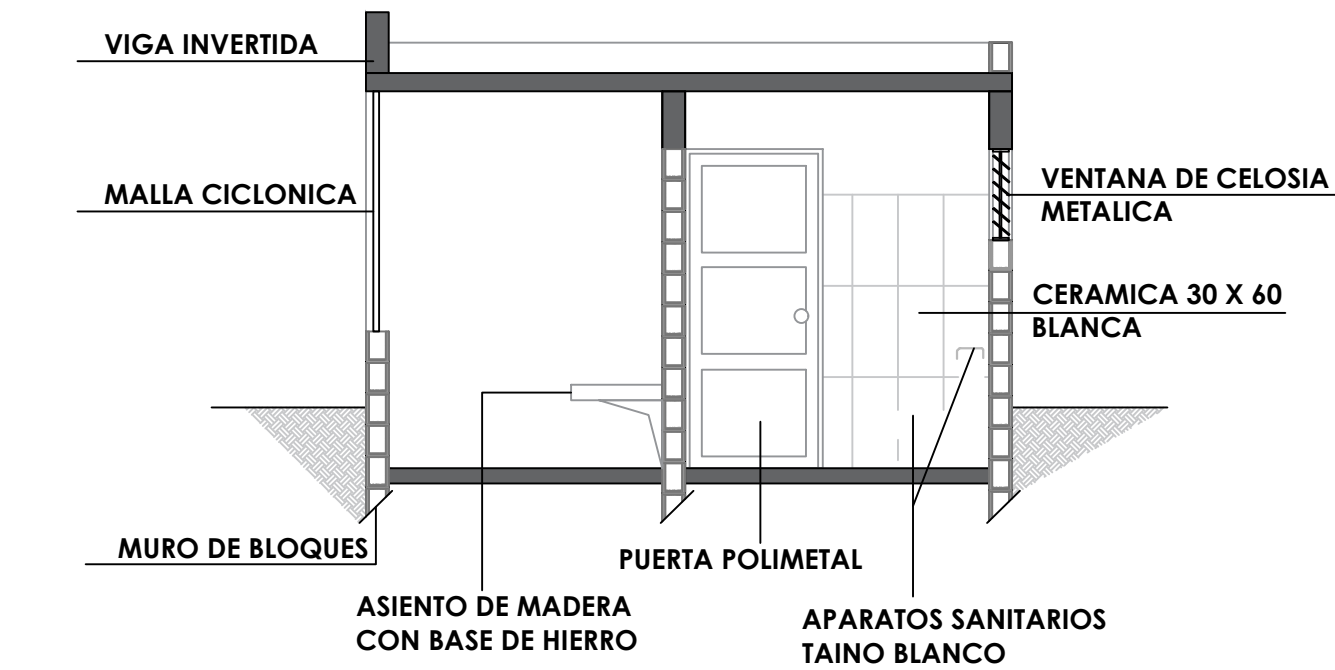


SECCION A-A' - DETALLE
ESC. 1:50

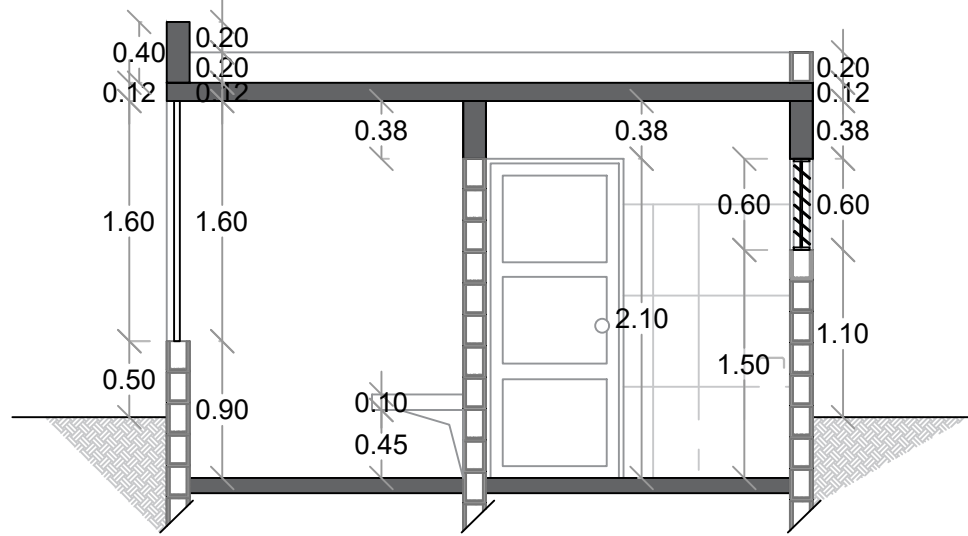


SECCION A-A' - DIMENSIONADA
ESC. 1:50

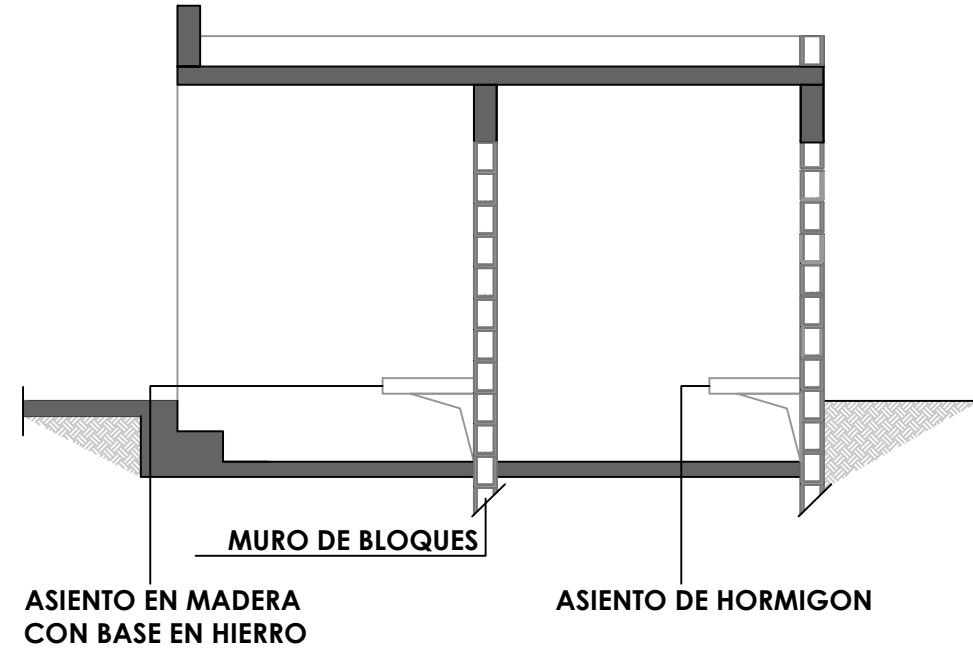

SECCION C-C' - DETALLE
ESC. 1:50

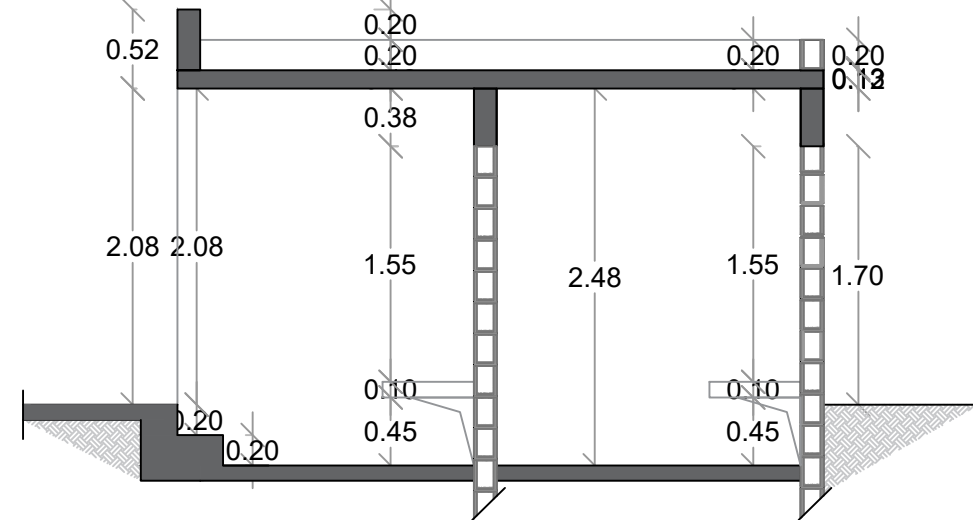


SECCION C-C' - DIMENSIONADA
ESC. 1:50

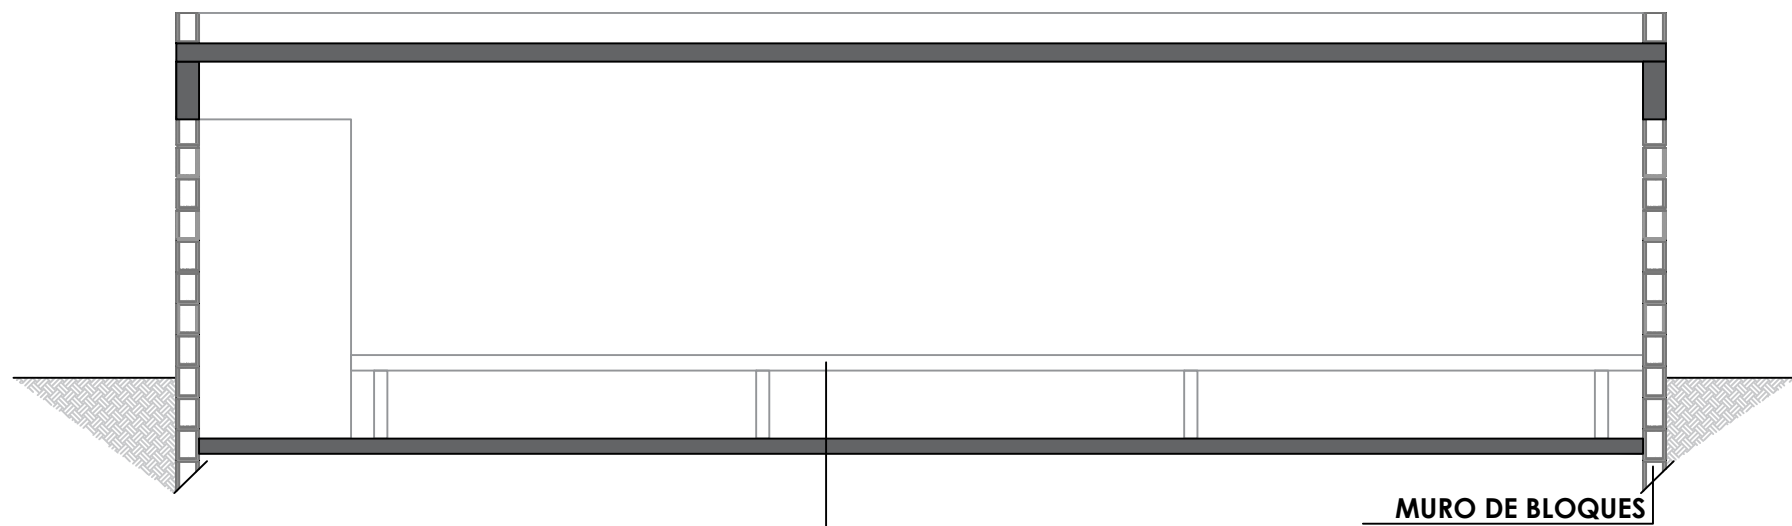


SECCION B-B' - DETALLE
ESC. 1:50

ASIENTO EN MADERA
CON BASE EN HIERRO

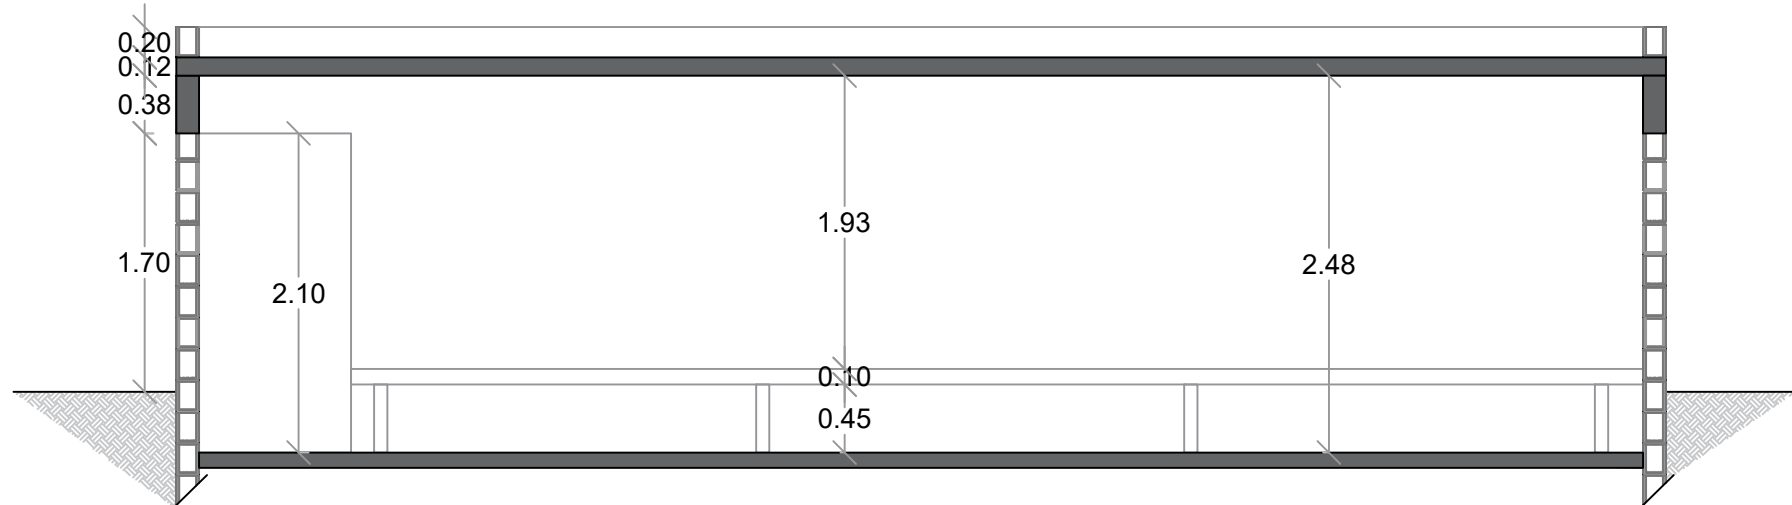

SECCION B-B' - DIMENSIONADA
ESC. 1:50

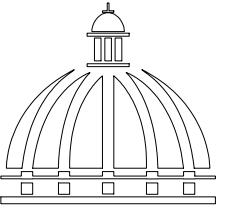

GOBIERNO DE LA
REPÚBLICA DOMINICANA

DIRECCION DE DESARROLLO
PROVINCIAL
DDP

Ave. Dr. Delgado, Esq. Moises García,
Gazcue, Sto. Dgo., R.D.
TEL.: (809)-364-2189 | FAX.: (809)- 688-1665
E-Mail: info@cpadp.gob.do

PROYECTO:

CONSTRUCCIÓN CAMPO DE BÉISBOL
ENRIQUILLO, MUNICIPIO ENRIQUILLO,
PROVINCIA BARAHONA

EQUIPO DE TRABAJO:

DISEÑO ARQUITECTÓNICO
ARQ.

codia 00000

ENC. INGENIERÍA

ING. FIOR DALIZA BONIFACIO

codia 00000

ESTRUCTURAL

ING. Leopoldo Berroa

codia 00000

ELÉCTRICO

ING. Juan Pérez

codia 00000

HIDRO-SANITARIO

ING. Francis Estévez

codia 00000

SELLO DE APROBACIÓN:

FECHA:

CONTENIDO:

PLANTA ARQUITECTÓNICA


ESCALA:

1:50


SEPTIEMBRE 2026

NO. PÁGINA:


013

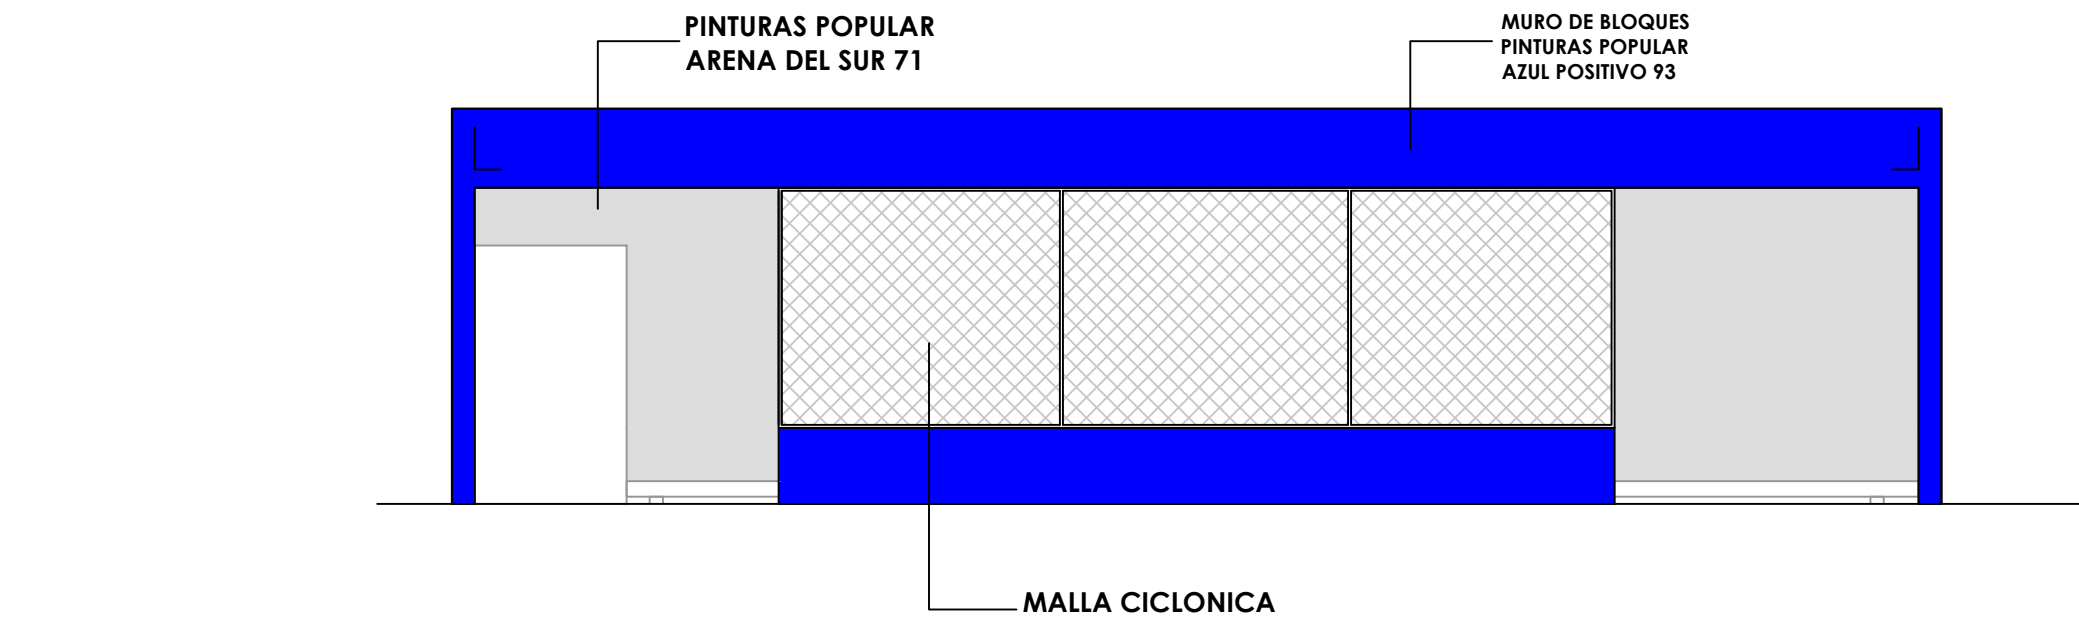


1
00
ELEVACION FRONTAL - DETALLE
ESC. 1:50

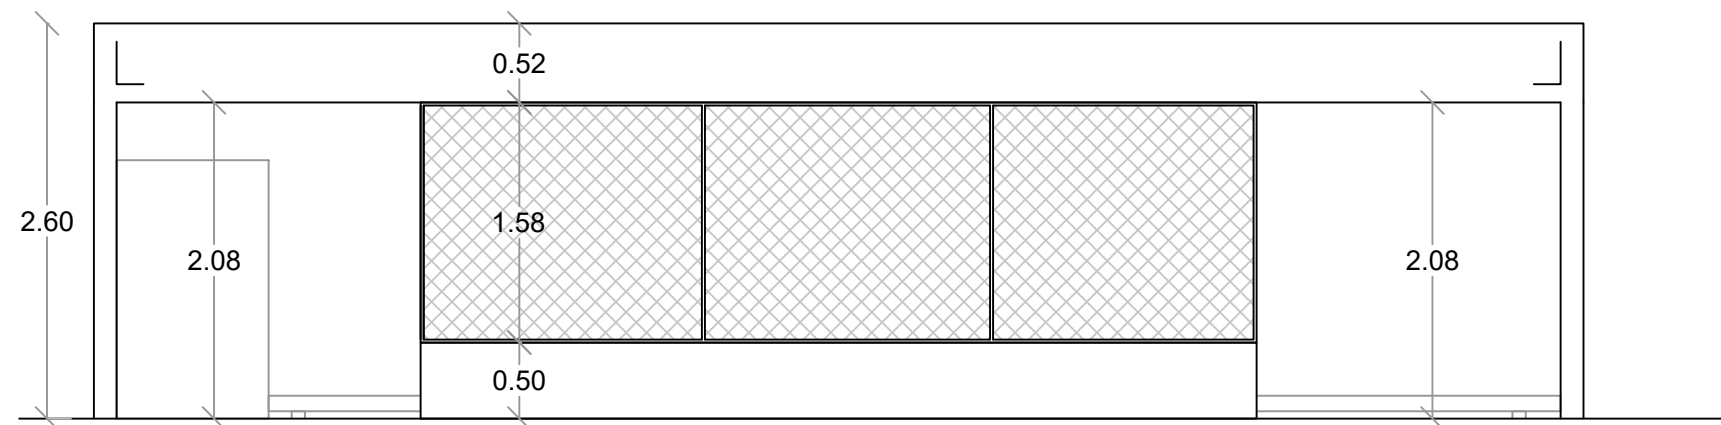


00
ELEVACION FRONTAL - DIMENSIONADA
ESC. 1:50

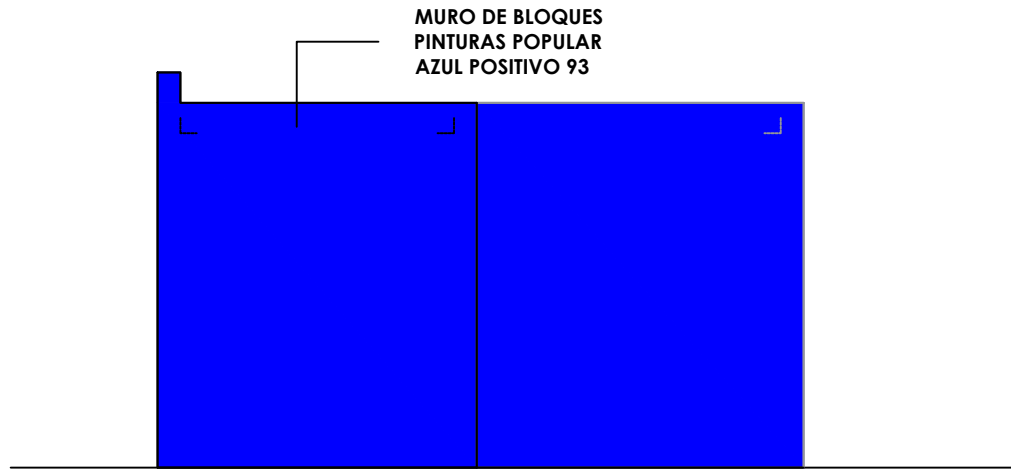


1
00
ELEVACION LAT. DERECHO - DETALLE
ESC. 1:50

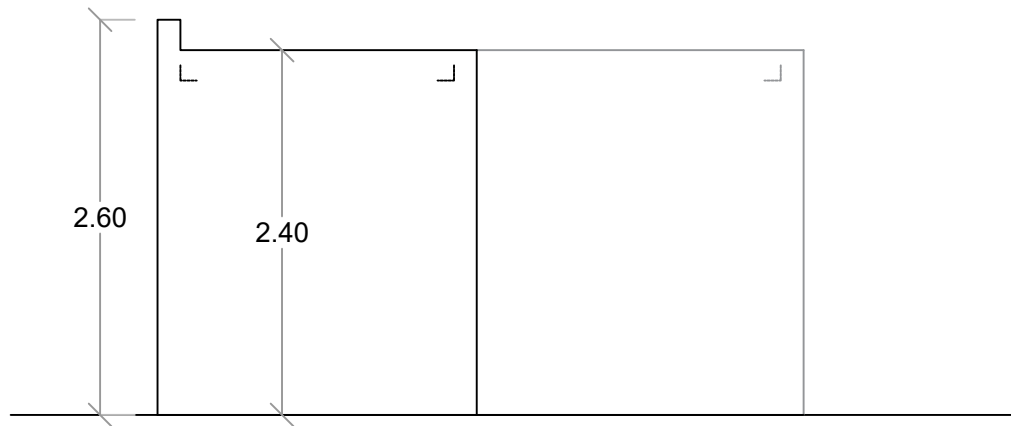


00
ELEVACION LAT. DERECHO - DIMENSIONADA
ESC. 1:50

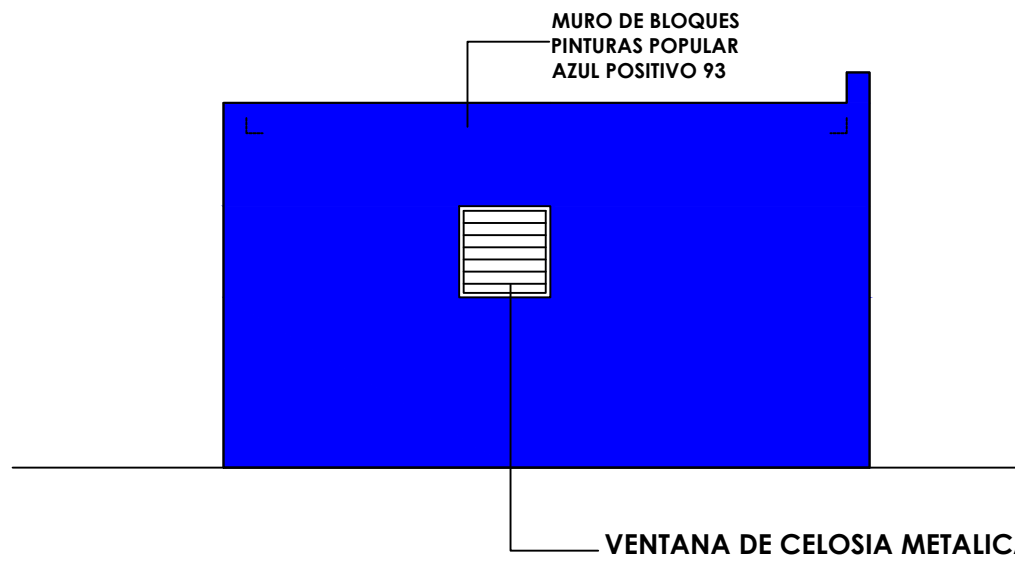

1
00
ELEVACION LAT. IZQUIERDO - DETALLE
ESC. 1:50

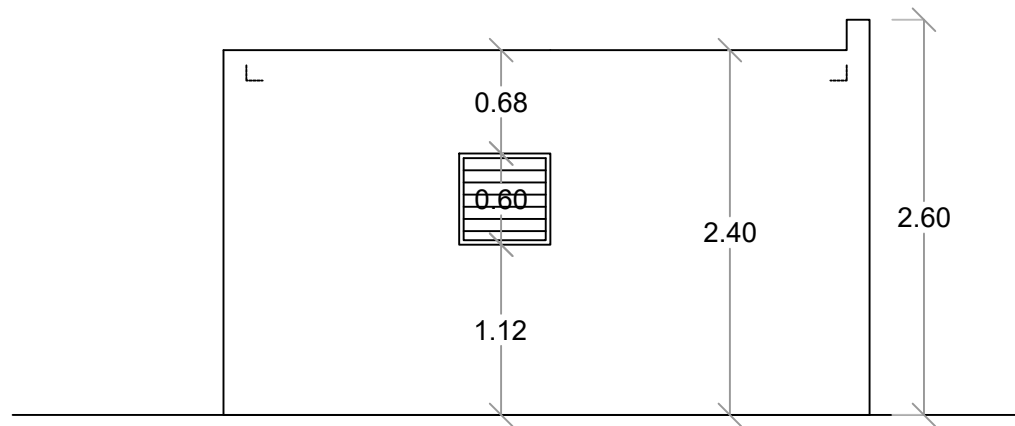

00
ELEVACION LAT. IZQUIERDO - DIMENSIONADA
ESC. 1:50

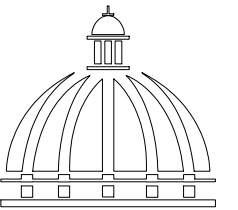

GOBIERNO DE LA
REPÚBLICA DOMINICANA

DIRECCION DE DESARROLLO
PROVINCIAL
DDP

Ave. Dr. Delgado, Esq. Moisés García,
Gazcue, Sto. Dgo., R.D.
TEL.: (809)-364-2189 | FAX.: (809)- 688-1665
E-Mail: info@cpadp.gob.do

PROYECTO:

CONSTRUCCIÓN CAMPO DE
BÉISBOL ENRIQUILLO, MUNICIPIO
ENRIQUILLO, PROVINCIA BARAHONA

EQUIPO DE TRABAJO:

DISEÑO ARQUITECTÓNICO
ARQ.

codia 00000

ENC. INGENIERÍA
ING. FIOR DALIZA BONIFACIO
codia 00000

ESTRUCTURAL
ING. Leopoldo Berroa
codia 00000

ELÉCTRICO
ING. Juan Pérez
codia 00000

HIDRO-SANITARIO
ING. Francis Estévez
codia 00000

SELLO DE APROBACIÓN:

FECHA:

CONTENIDO:

PLANTA ARQUITECTÓNICA


ESCALA:

1:50

SEPTIEMBRE 2026

NO. PÁGINA:

014

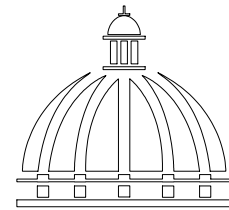

GOBIERNO DE LA
REPÚBLICA DOMINICANA

DIRECCION DE DESARROLLO
PROVINCIAL
DDP

Ave. Dr. Delgado, Esq. Moises García,
Gazcue, Sto. Dgo., R.D.
TEL.: (809)-364-2189 | FAX.: (809)- 688-1665
E-Mail: info@cpadp.gob.do

PROYECTO:

CONSTRUCCIÓN CAMPO DE BÉISBOL
ENRIQUILLO, MUNICIPIO ENRIQUILLO,
PROVINCIA BARAHONA

EQUIPO DE TRABAJO:

DISEÑO ARQUITECTÓNICO
ARQ.

codia 00000

ENC. INGENIERÍA

ING. FIOR DALIZA BONIFACIO

codia 00000

ESTRUCTURAL

ING. Leopoldo Berroa

codia 00000

ELÉCTRICO

ING. Juan Pérez

codia 00000

HIDRO-SANITARIO

ING. Francis Estévez

codia 00000

SELLO DE APROBACIÓN:

FECHA:

CONTENIDO:

PLANTA SANITARIA

ESCALA:

SEPTIEMBRE 2026

NO. PÁGINA:

015

MURO DE BLOQUES
PINTURAS POPULAR
AZUL POSITIVO 93

VENTANA DE CELOSIA METALICA

ELEVACION POSTERIOR - DETALLE
ESC. 1:50

ELEVACION POSTERIOR - DIMENSIONADA
ESC. 1:50

PROYECTO:

**CONSTRUCCIÓN CAMPO DE BÉISBOL
ENRIQUILLO, MUNICIPIO ENRIQUILLO,
PROVINCIA BARAHONA**

EQUIPO DE TRABAJO:

DISEÑO ARQUITECTÓNICO
ARQ. _____
codia 00000 _____

ENC. INGENIERÍA
ING. FIOR DALIZA BONIFACIO
codia 00000 _____

ESTRUCTURAL
ING. Leopoldo Berroa
codia 00000 _____

ELÉCTRICO
ING. Juan Pérez
codia 00000 _____

HIDRO-SANITARIO
ING. Francis Estévez
codia 00000 _____

SELLO DE APROBACIÓN:

FECHA: _____

CONTENIDO:

PLANTA ARQUITECTÓNICA

ESCALA:

1:25

SEPTIEMBRE 2026

NO. PÁGINA:

016


Desde Tinaco
TUB Ø1" PVC Agua Potable



TUBERIA PVC Ø3/4"


PVC Ø3/4"

Du Ø1/2" In Ø1/2" Lv Ø1/2" Lv Ø1/2"

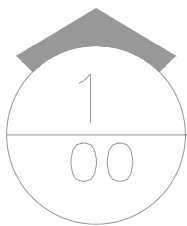

PLANTA INST. SANITARIAS- AGUA POTABLE - DUGOUT

ESC. 1:50

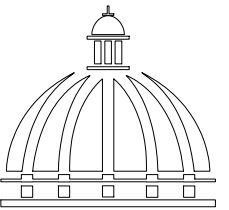

GOBIERNO DE LA
REPÚBLICA DOMINICANA

DIRECCION DE DESARROLLO
PROVINCIAL
DDP

Ave. Dr. Delgado, Esq. Moisés García,
Gazcue, Sto. Dgo., R.D.
TEL.: (809)-364-2189 | FAX.: (809)- 688-1665
E-Mail: info@cpadp.gob.do

PROYECTO:

CONSTRUCCIÓN CAMPO DE BÉISBOL
ENRIQUILLO, MUNICIPIO ENRIQUILLO,
PROVINCIA BARAHONA

EQUIPO DE TRABAJO:

DISEÑO ARQUITECTÓNICO
ARQ.

codia 00000

ENC. INGENIERÍA
ING. FIOR DALIZA BONIFACIO
codia 00000

ESTRUCTURAL
ING. Leopoldo Berroa
codia 00000

ELÉCTRICO
ING. Juan Pérez
codia 00000

HIDRO-SANITARIO
ING. Francis Estévez
codia 00000

SELLO DE APROBACIÓN:

FECHA:

CONTENIDO:

PLANTA ARQUITECTÓNICA

ESCALA:

1:25

SEPTIEMBRE 2026

NO. PÁGINA:

017

HACIA
CAMARA SEPTICA

R

TUBERIA PVC Ø4"

TUBERIA PVC Ø4"

TUBERIA PVC Ø4"
S=2.00%

DpØ4"

TUBERIA PVC Ø4"
S=2.00%

VØ3"

DuØ2"


Dp

Ø2"

INØ4"

LvØ2"

LvØ2"

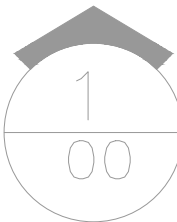

PLANTA INST. SANITARIAS- AGUAS NEGRAS - DUGOUT

ESC. 1:50

PROYECTO:

**CONSTRUCCIÓN CAMPO DE BÉISBOL
ENRIQUILLO, MUNICIPIO ENRIQUILLO,
PROVINCIA BARAHONA**

EQUIPO DE TRABAJO:

DISEÑO ARQUITECTÓNICO
ARQ. _____
codia 00000 _____

ENC. INGENIERÍA
ING. FIOR DALIZA BONIFACIO
codia 00000 _____

ESTRUCTURAL
ING. Leopoldo Berroa
codia 00000 _____

ELÉCTRICO
ING. Juan Pérez
codia 00000 _____

HIDRO-SANITARIO
ING. Francis Estévez
codia 00000 _____

SELLO DE APROBACIÓN:

FECHA: _____

CONTENIDO:

PLANTA ARQUITECTÓNICA



ESCALA:

1:25



SEPTIEMBRE 2026

NO. PÁGINA:

018

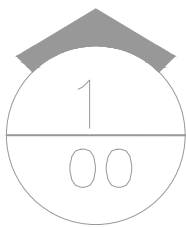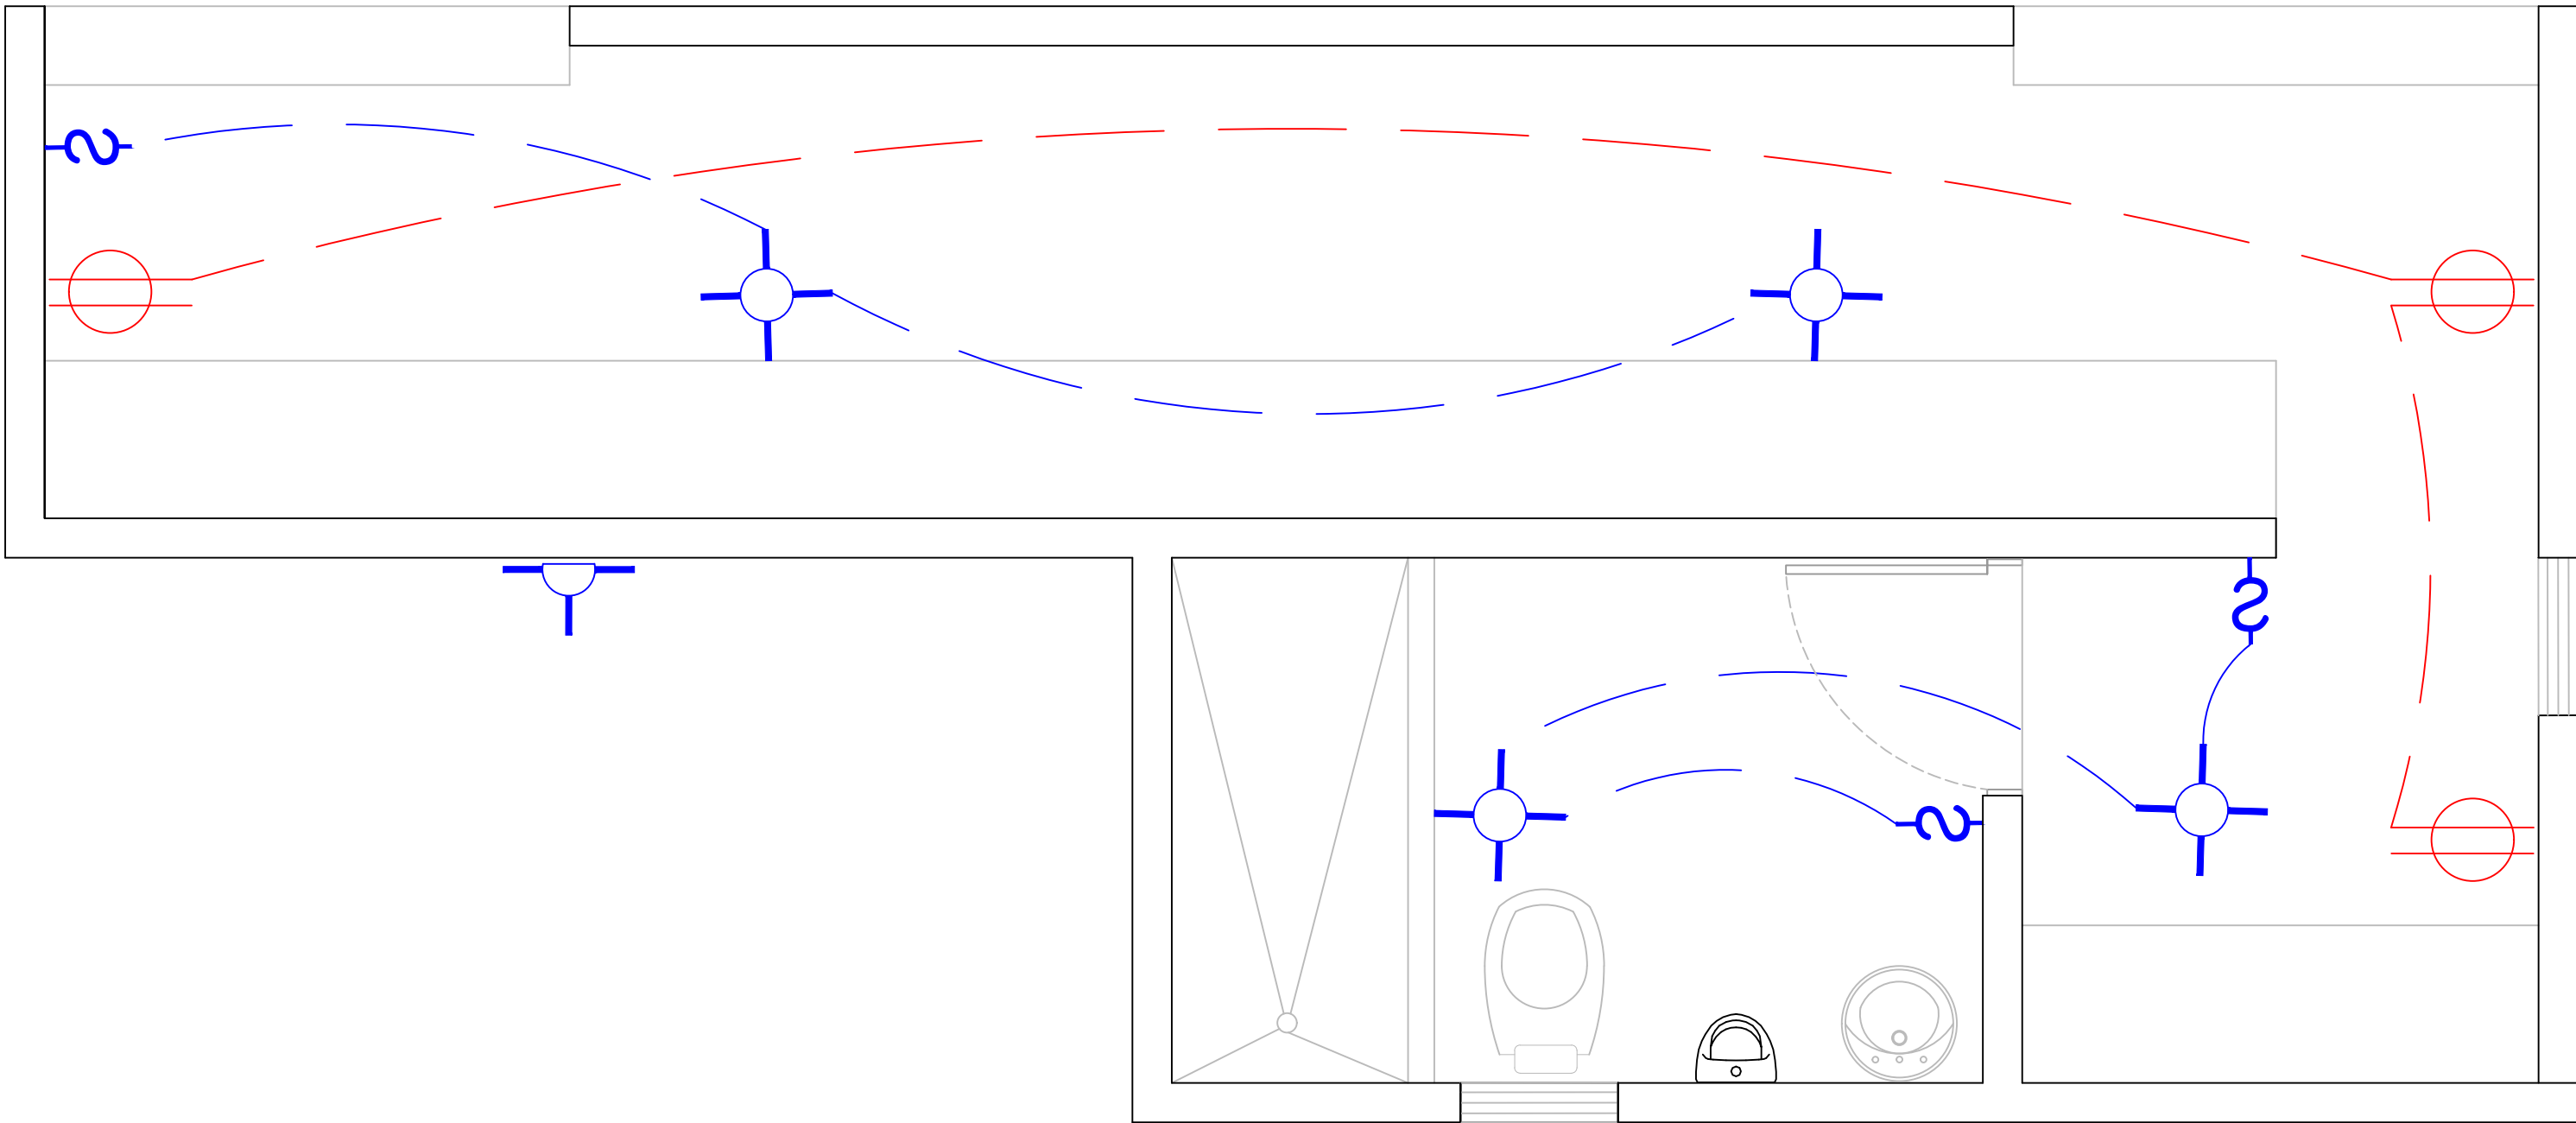

PLANTA INST. ELECTRICAS - DUGOUT
ESC. 1:50

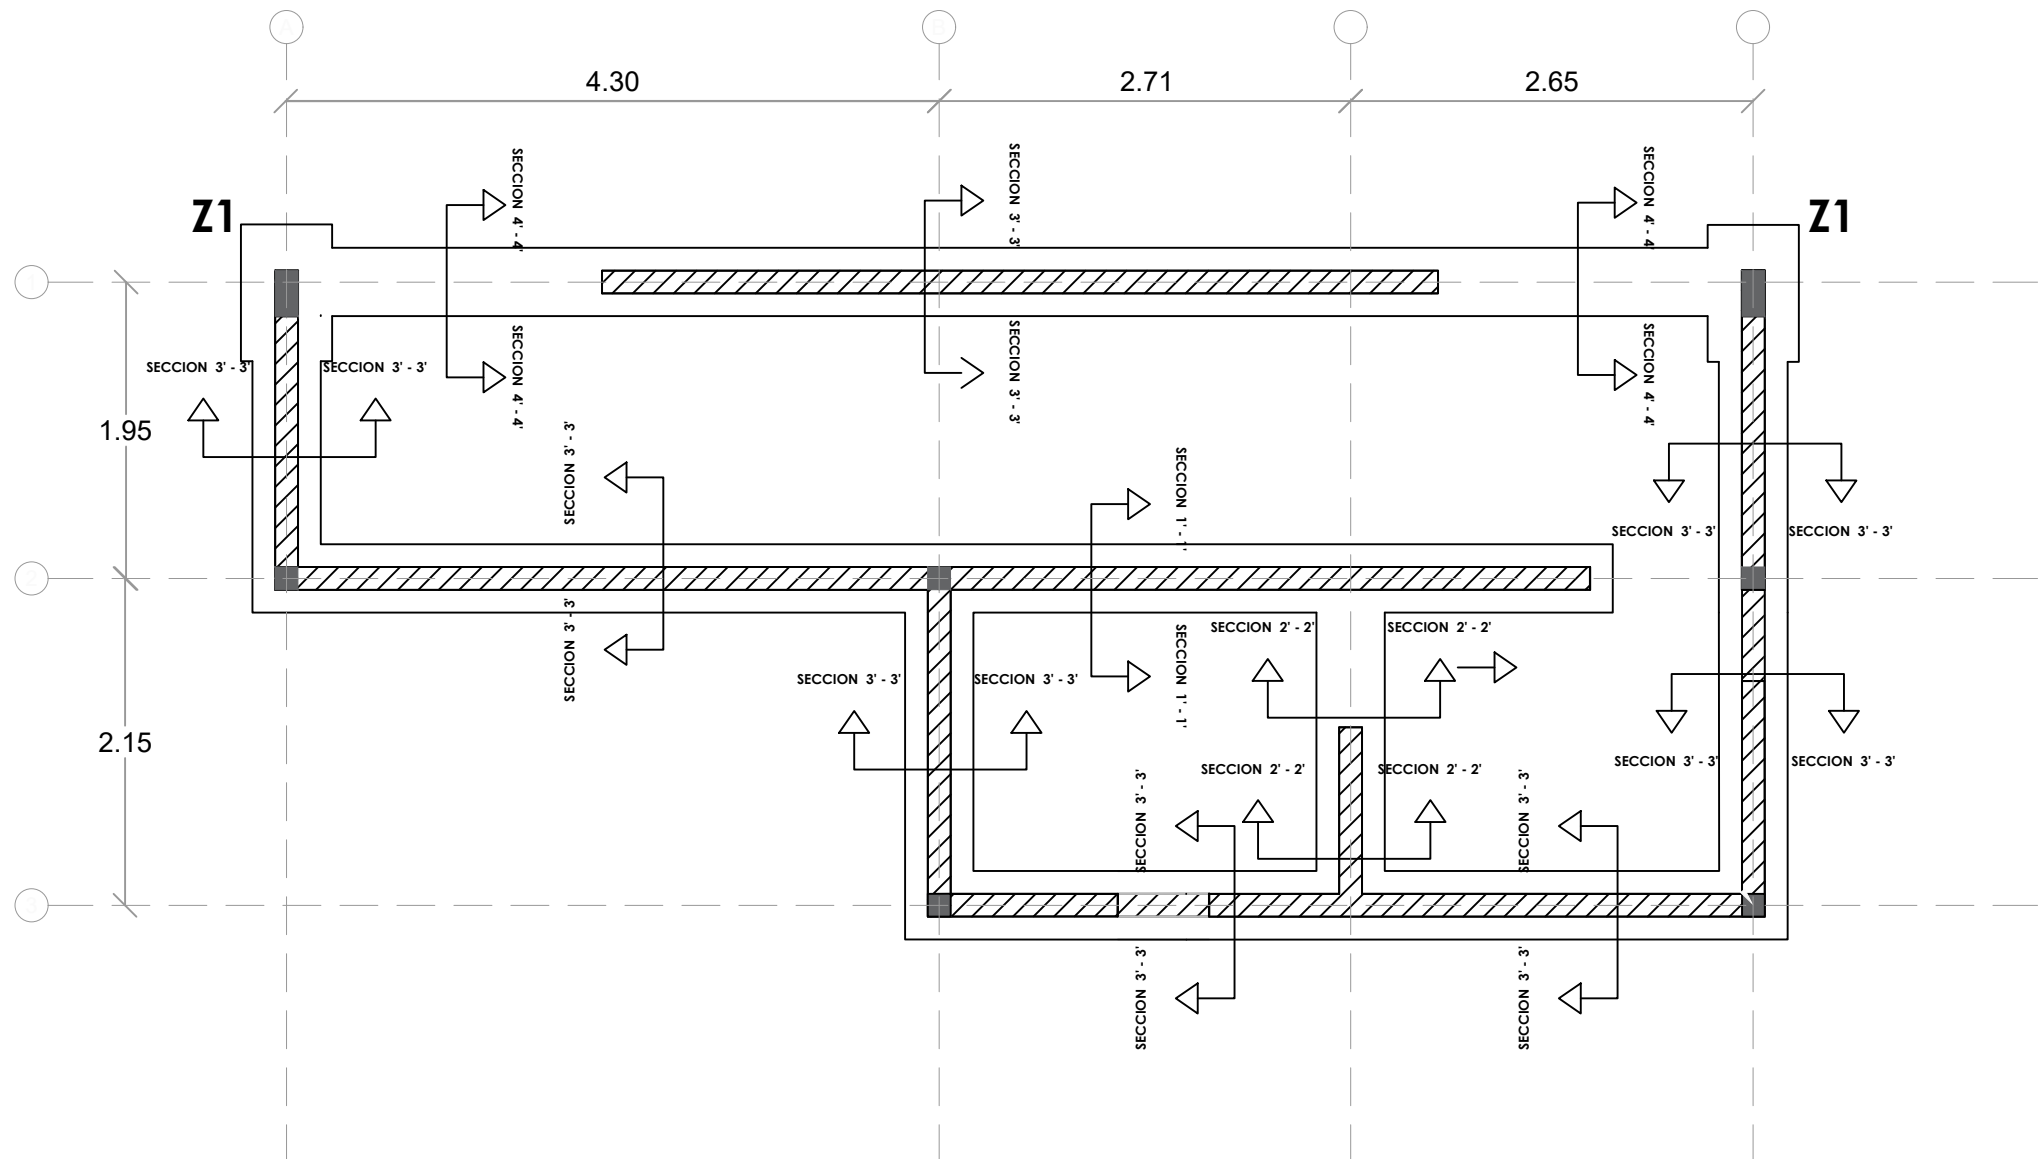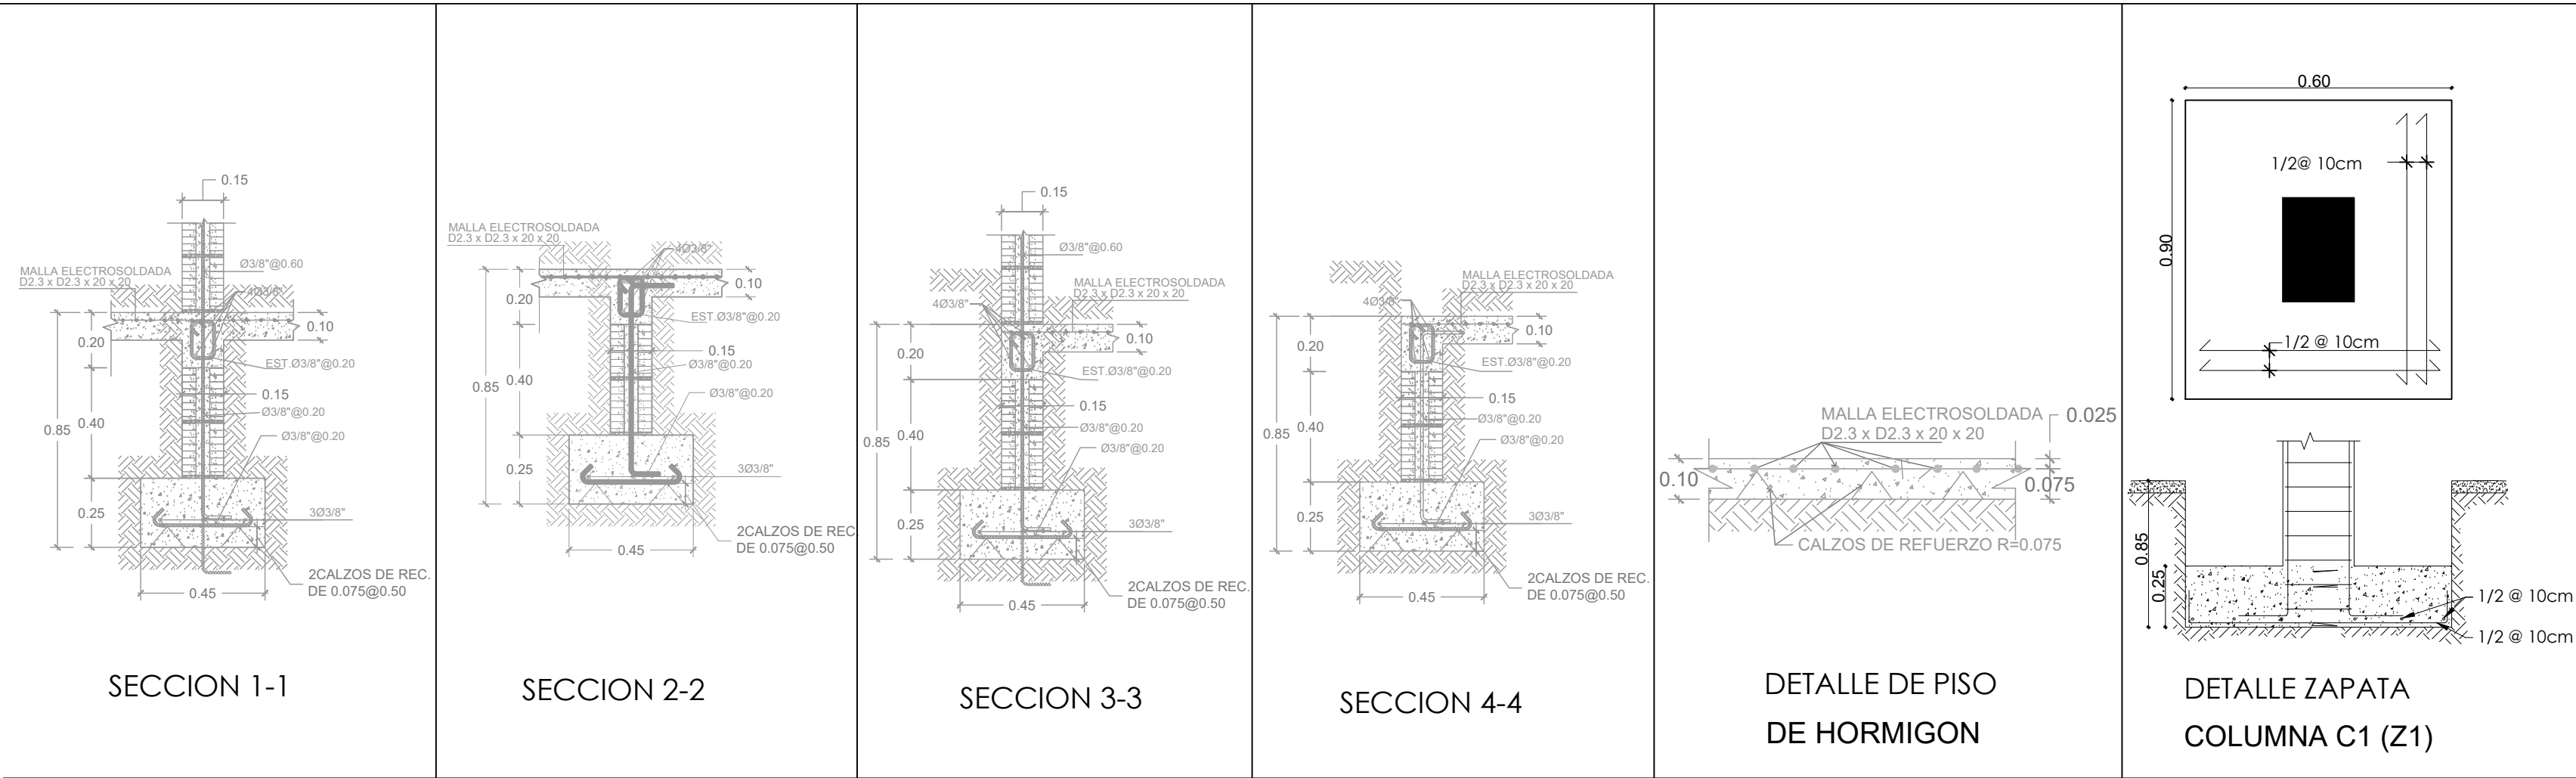


PLANTA ESTRUCTURAL DE CIMIENTOS - DUGOUT

ESC. 1:100



PLANTA ARQUITECTÓNICA

ESC. 1:50

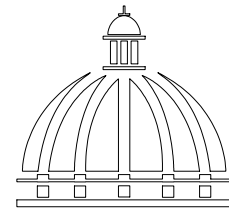

GOBIERNO DE LA
REPÚBLICA DOMINICANA

DIRECCION DE DESARROLLO
PROVINCIAL
DDP

Ave. Dr. Delgado, Esq. Moisés García,
Gazcue, Sto. Dgo., R.D.
TEL.: (809)-364-2189 | FAX.: (809)- 688-1665
E-Mail: info@cpadp.gob.do

PROYECTO:

CONSTRUCCIÓN CAMPO DE BÉISBOL
ENRIQUILLO, MUNICIPIO ENRIQUILLO,
PROVINCIA BARAHONA

EQUIPO DE TRABAJO:

DISEÑO ARQUITECTÓNICO
ARQ.

codia 00000

ENC. INGENIERÍA

ING. FIOR DALIZA BONIFACIO
codia 00000

ESTRUCTURAL

ING. Leopoldo Berroa
codia 00000

ELÉCTRICO

ING. Juan Pérez
codia 00000

HIDRO-SANITARIO

ING. Francis Estévez
codia 00000

SELLO DE APROBACIÓN:

FECHA:

CONTENIDO:

PLANTA ARQUITECTÓNICA


ESCALA:

1:50


SEPTIEMBRE 2026

NO. PÁGINA:


019

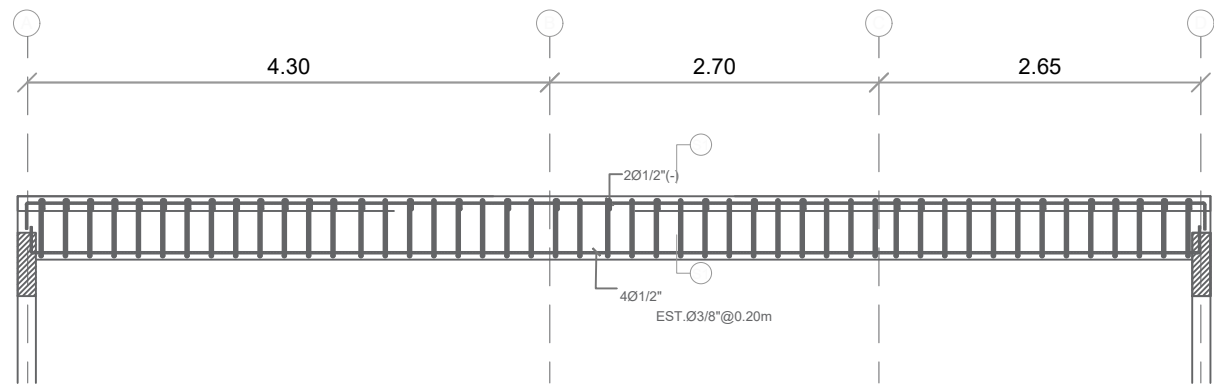


SECCION LONGITUDINAL VIGA 1

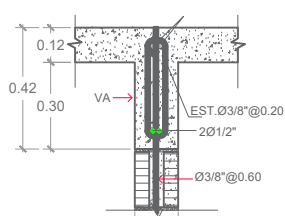


VIGA DE ÁMARRE (VA)

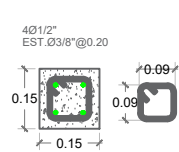


COLUMNA CA

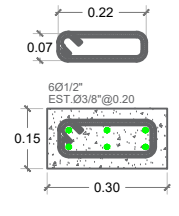


COLUMNA C1

 

SECCION 1-1

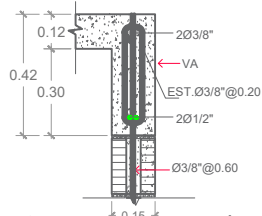


VIGA DE ÁMARRE (VA)

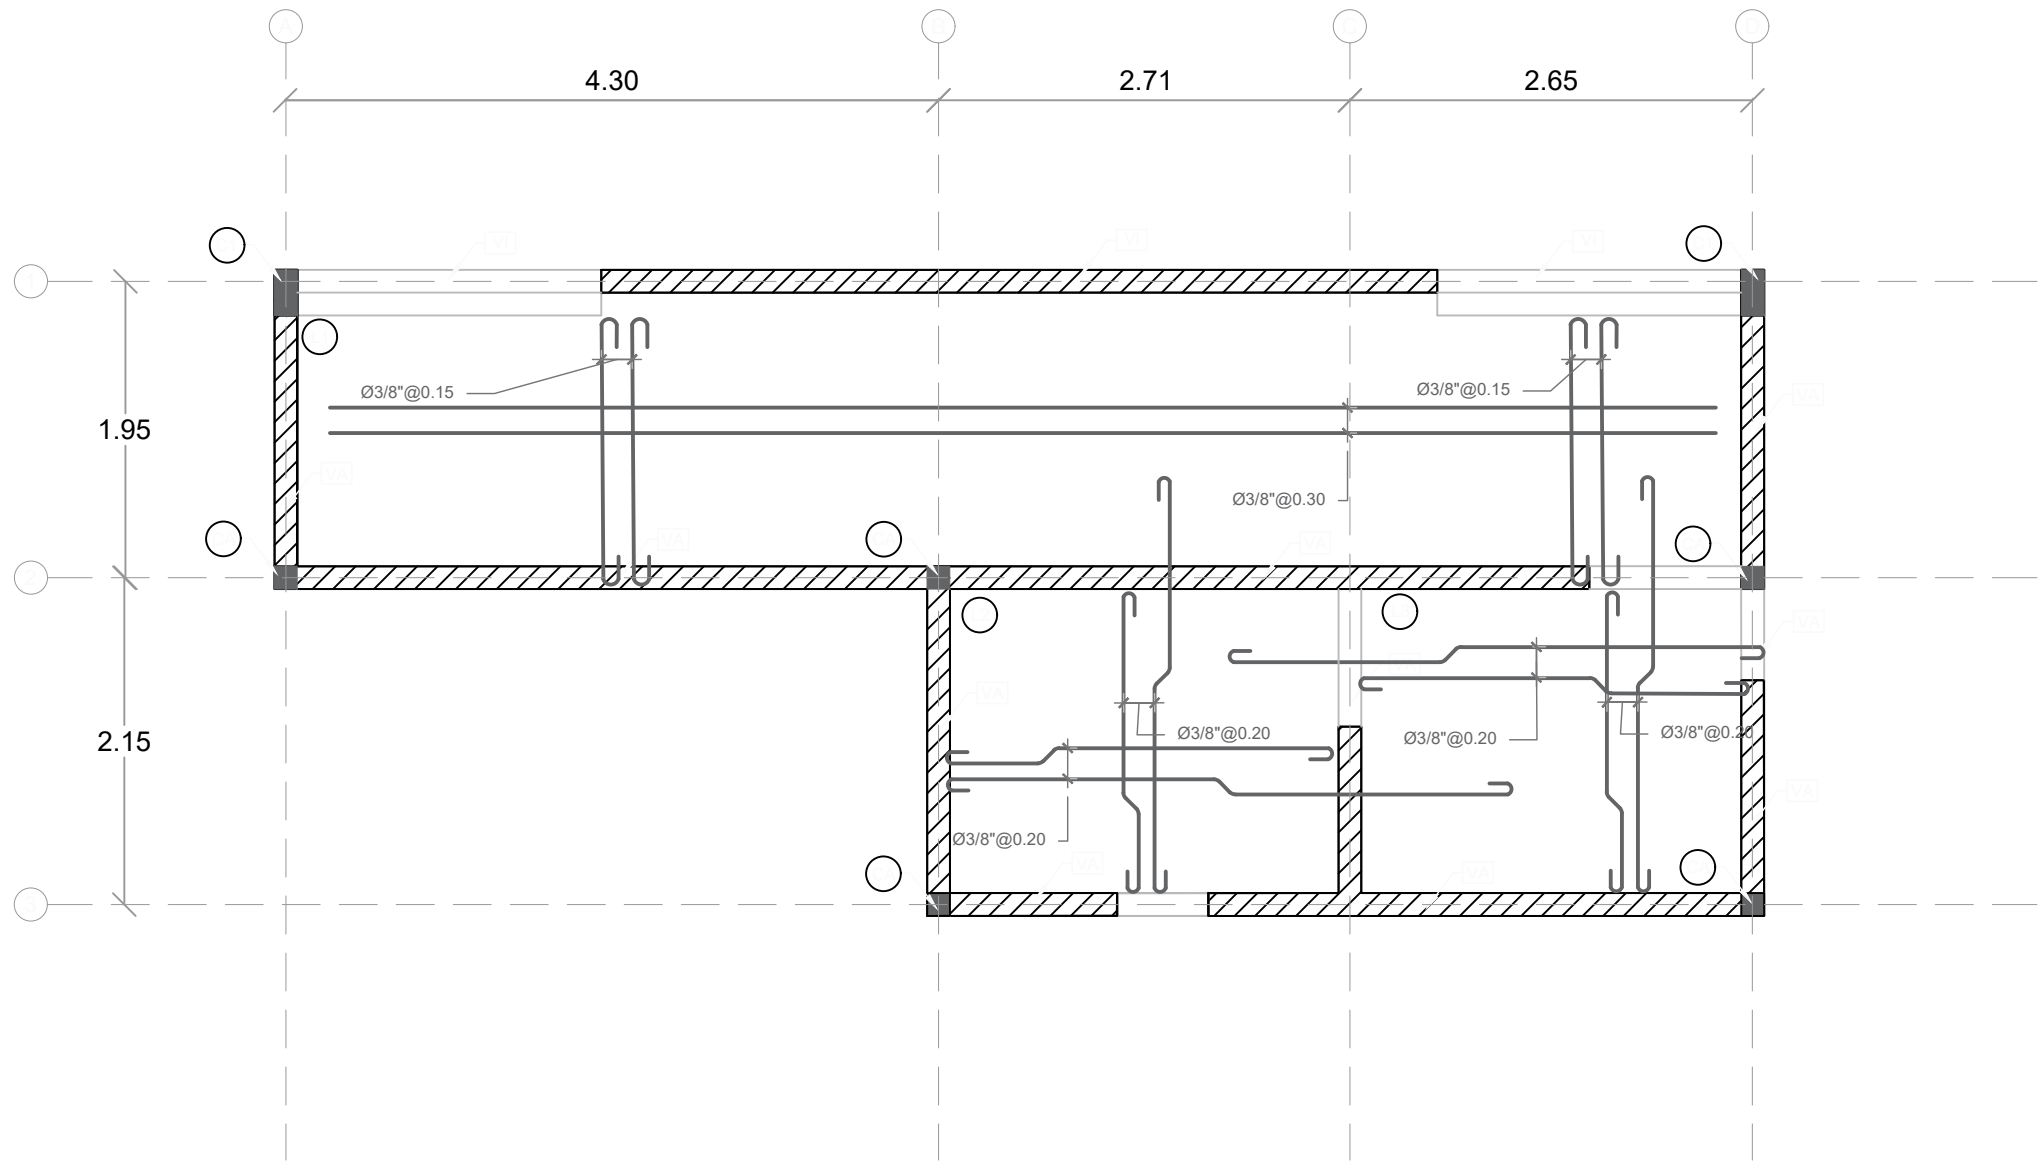

PLANTA ESTRUCTURAL DE TECHO - DUGOUT

ESC.: 1:50

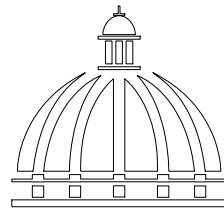

GOBIERNO DE LA
RBPÚBLICA DOMINICANA

DIRECCION DE DESARROLLO
PROVINCIAL
DDP

Ave. Dr. Delgado, Esq. Moisés García,
Gazcue, Sto. Dgo., R.D.
TEL.: (809)-364-2189 | FAX.: (809)- 688-1665
E-Mail: info@cpadp.gob.do

PROYECTO:

CONSTRUCCIÓN CAMPO DE
BÉISBOL ENRIQUILLO, MUNICIPIO
ENRIQUILLO, PROVINCIA BARAHONA

EQUIPO DE TRABAJO:

DISEÑO ARQUITECTÓNICO
ARQ.

codia 00000

ENC. INGENIERÍA

ING. FIOR DALIZA BONIFACIO

codia 00000

ESTRUCTURAL

ING. Leopoldo Berroa

codia 00000

ELÉCTRICO

ING. Juan Pérez

codia 00000

HIDRO-SANITARIO

ING. Francis Estévez

codia 00000

SELLO DE APROBACIÓN:

FECHA:

PLATA ESTRUCTURAL
DE TECHOS

PLANTA ARQUITECTÓNICA


ESCALA:

1:50


SEPTIEMBRE 2026

NO. PÁGINA:


020

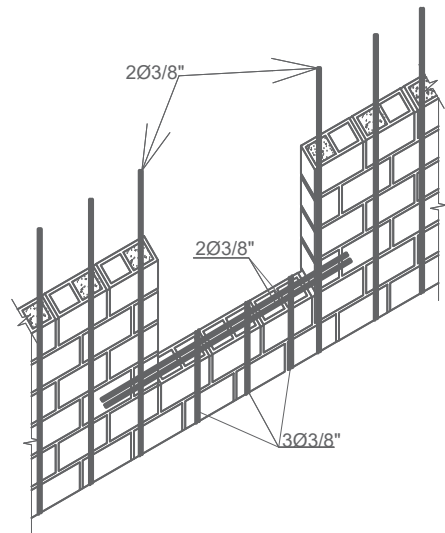


DETALLE REFUERZO ABERTURA VENTANA


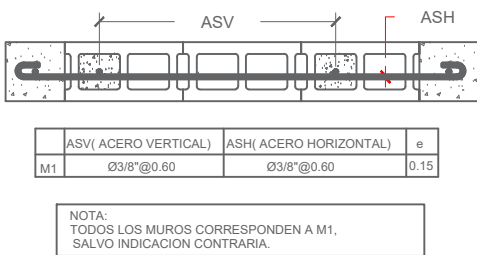


DETALLE REFUERZO MAMPOSTERIA

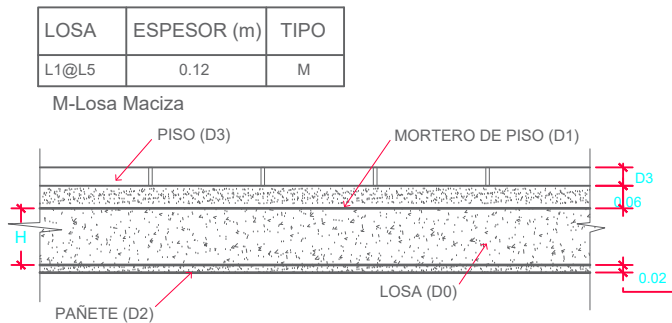

DETALLE DE LOSAS

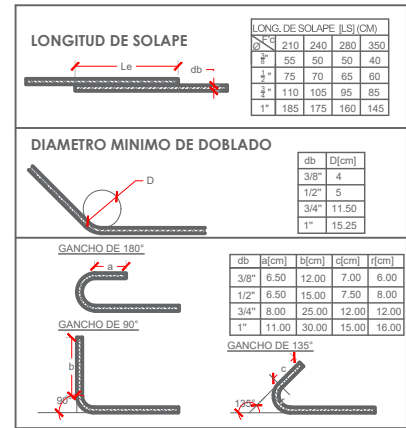

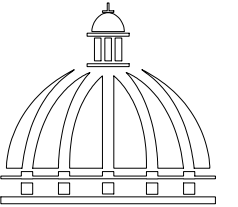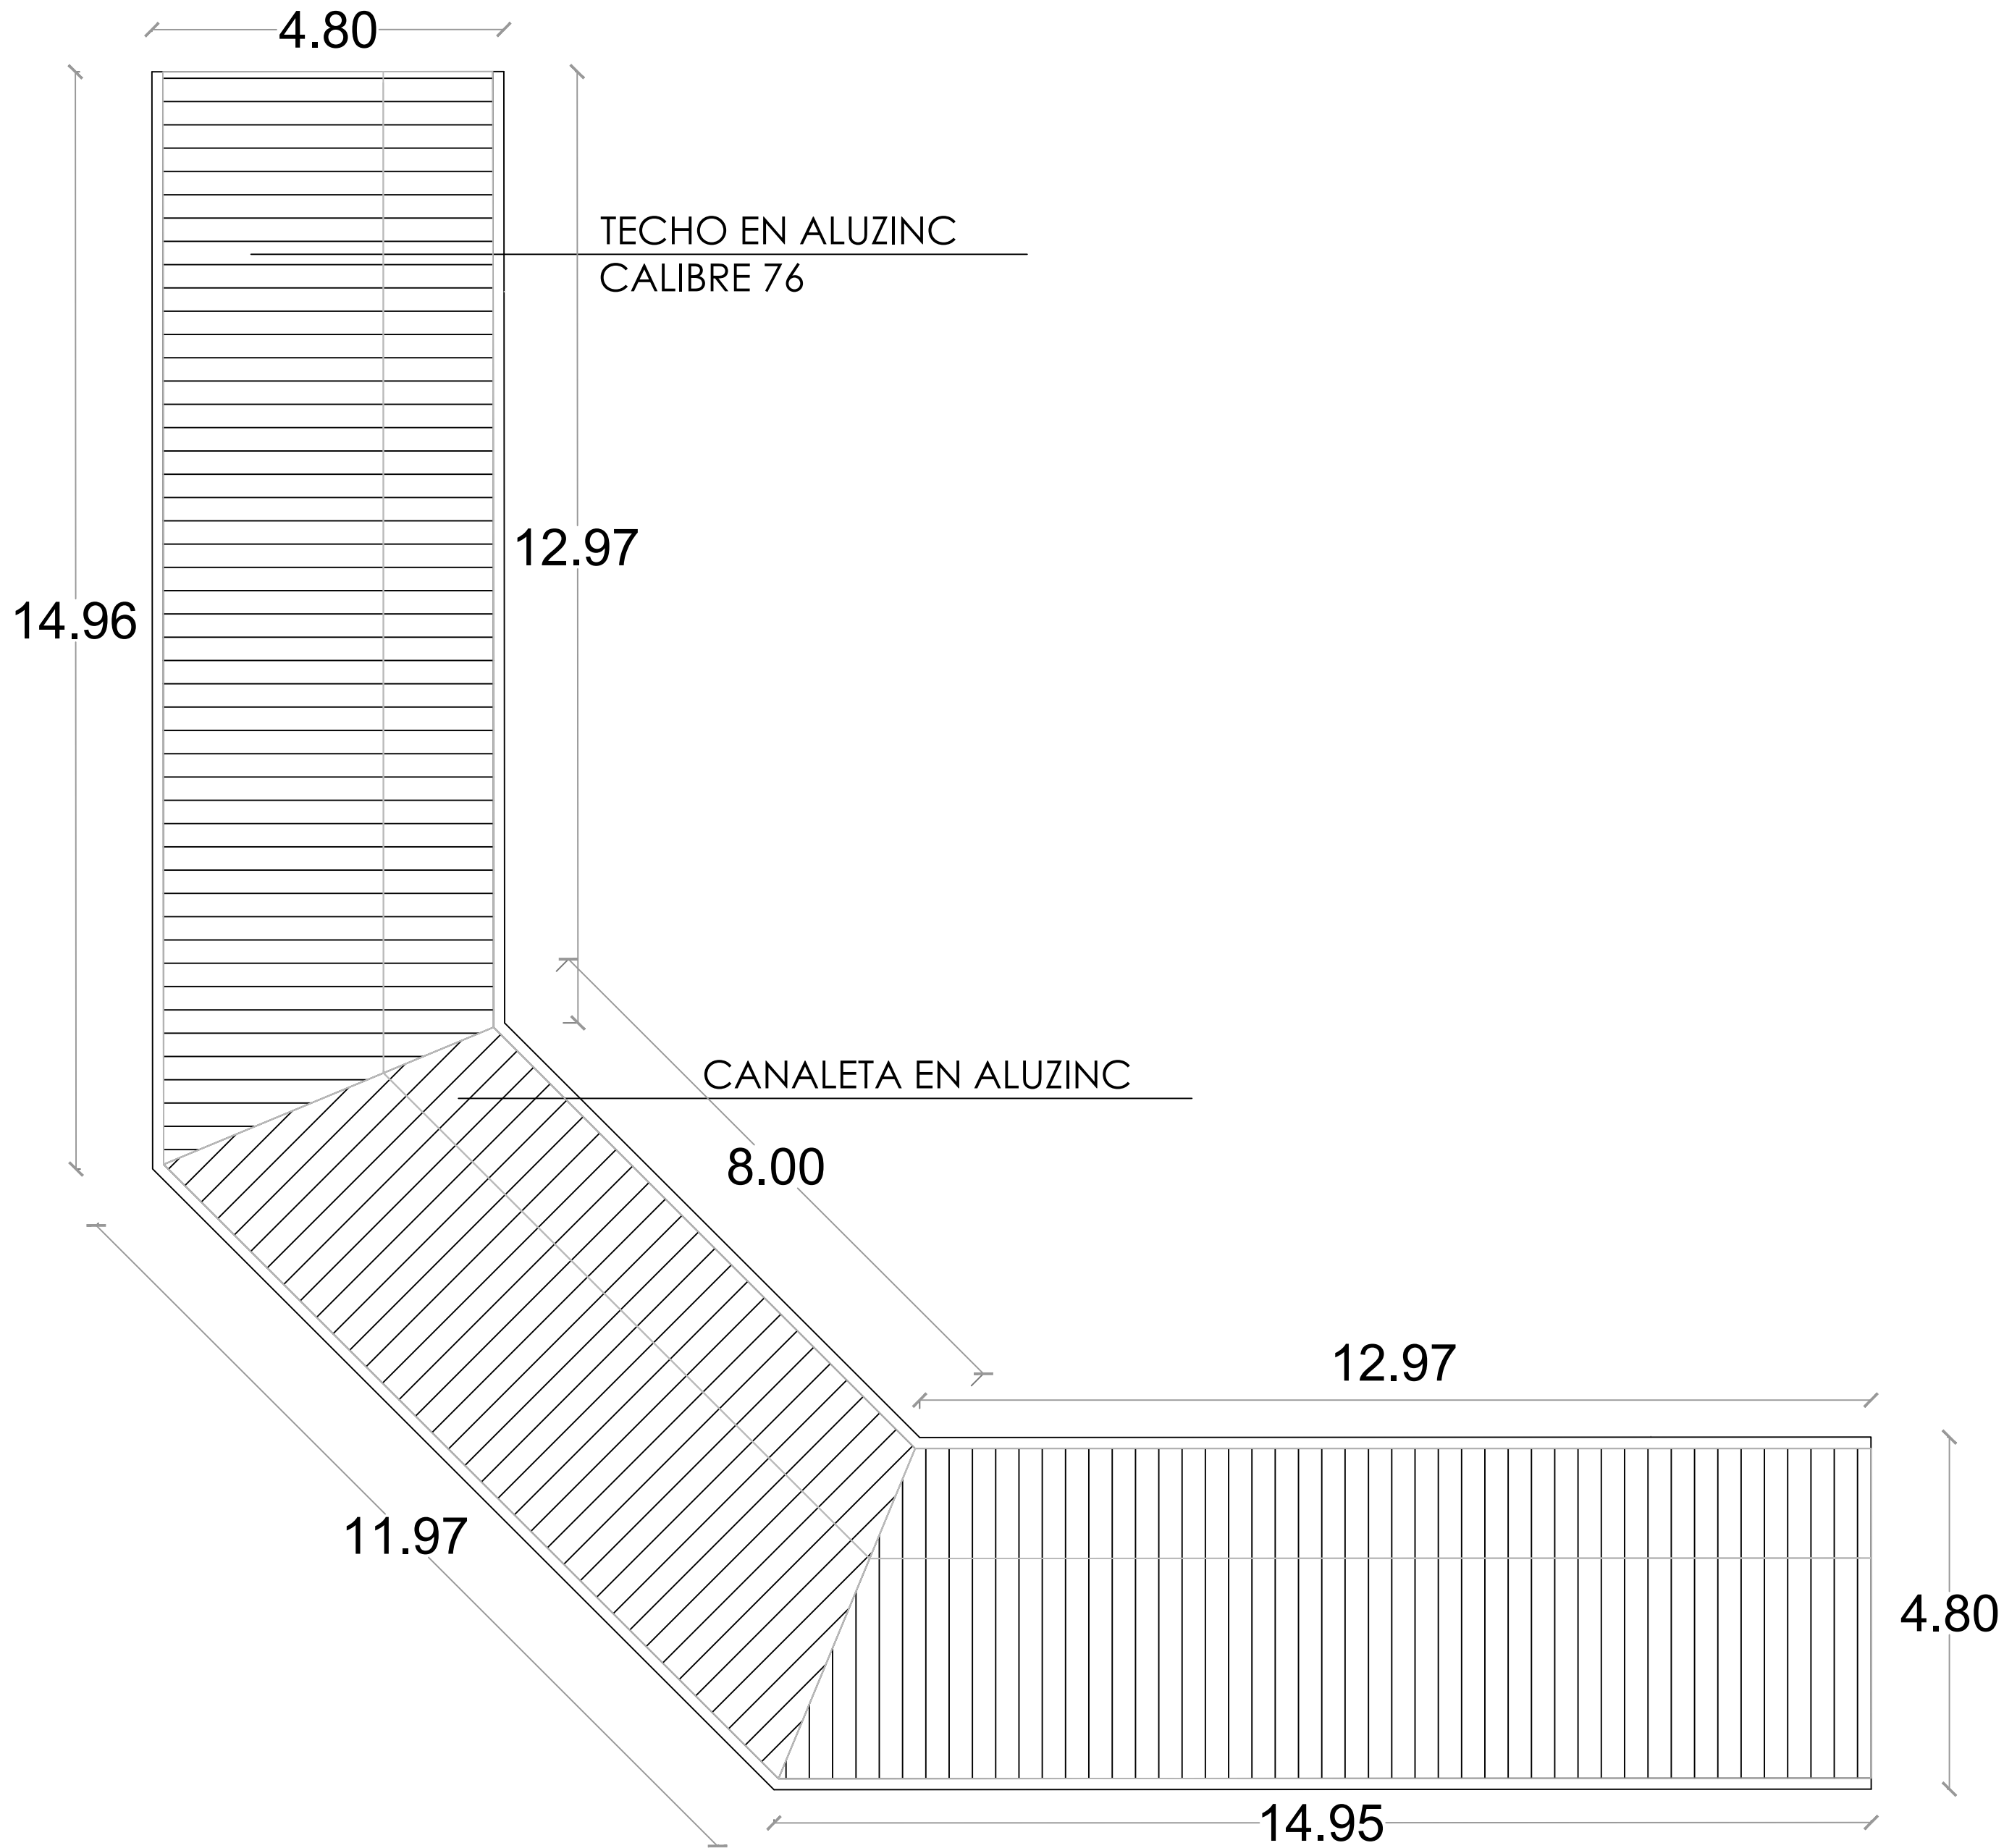

GOBIERNO DE LA
REPÚBLICA DOMINICANA

DIRECCION DE DESARROLLO
PROVINCIAL
DDP

Ave. Dr. Delgado, Esq. Moisés García,
Gazcue, Sto. Dgo., R.D.
TEL.: (809)-364-2189 | FAX.: (809)- 688-1665
E-Mail: info@cpadp.gob.do

PROYECTO:

CONSTRUCCIÓN CAMPO DE BÉISBOL
ENRIQUILLO, MUNICIPIO ENRIQUILLO,
PROVINCIA BARAHONA

EQUIPO DE TRABAJO:

DISEÑO ARQUITECTÓNICO
ARQ.

codia 00000

ENC. INGENIERÍA

ING. FIOR DALIZA BONIFACIO

codia 00000

ESTRUCTURAL

ING. Leopoldo Berroa

codia 00000

ELÉCTRICO

ING. Juan Pérez

codia 00000

HIDRO-SANITARIO

ING. Francis Estévez

codia 00000

SELLO DE APROBACIÓN:

FECHA:

CONTENIDO:

PLANTA DE TECHOS - GRADAS


ESCALA:

1:75

SEPTIEMBRE 2026

NO. PÁGINA:

022

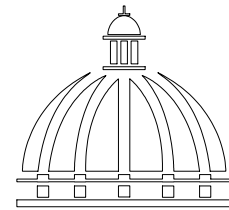

GOBIERNO DE LA
REPÚBLICA DOMINICANA

DIRECCION DE DESARROLLO
PROVINCIAL
DDP

Ave. Dr. Delgado, Esq. Moises García,
Gazcue, Sto. Dgo., R.D.
TEL.: (809)-364-2189 | FAX.: (809)- 688-1665
E-Mail: info@cpadp.gob.do

PROYECTO:

CONSTRUCCIÓN CAMPO DE BÉISBOL
ENRIQUILLO, MUNICIPIO ENRIQUILLO,
PROVINCIA BARAHONA

EQUIPO DE TRABAJO:

DISEÑO ARQUITECTÓNICO
ARQ.

codia 00000

ENC. INGENIERÍA

ING. FIOR DALIZA BONIFACIO

codia 00000

ESTRUCTURAL

ING. Leopoldo Berroa

codia 00000

ELÉCTRICO

ING. Juan Pérez

codia 00000

HIDRO-SANITARIO

ING. Francis Estévez

codia 00000

SELLO DE APROBACIÓN:

FECHA:

CONTENIDO:

PLANTA DE LOSAS - GRADAS


ESCALA:


1:75

SEPTIEMBRE 2026


NO. PÁGINA:

023

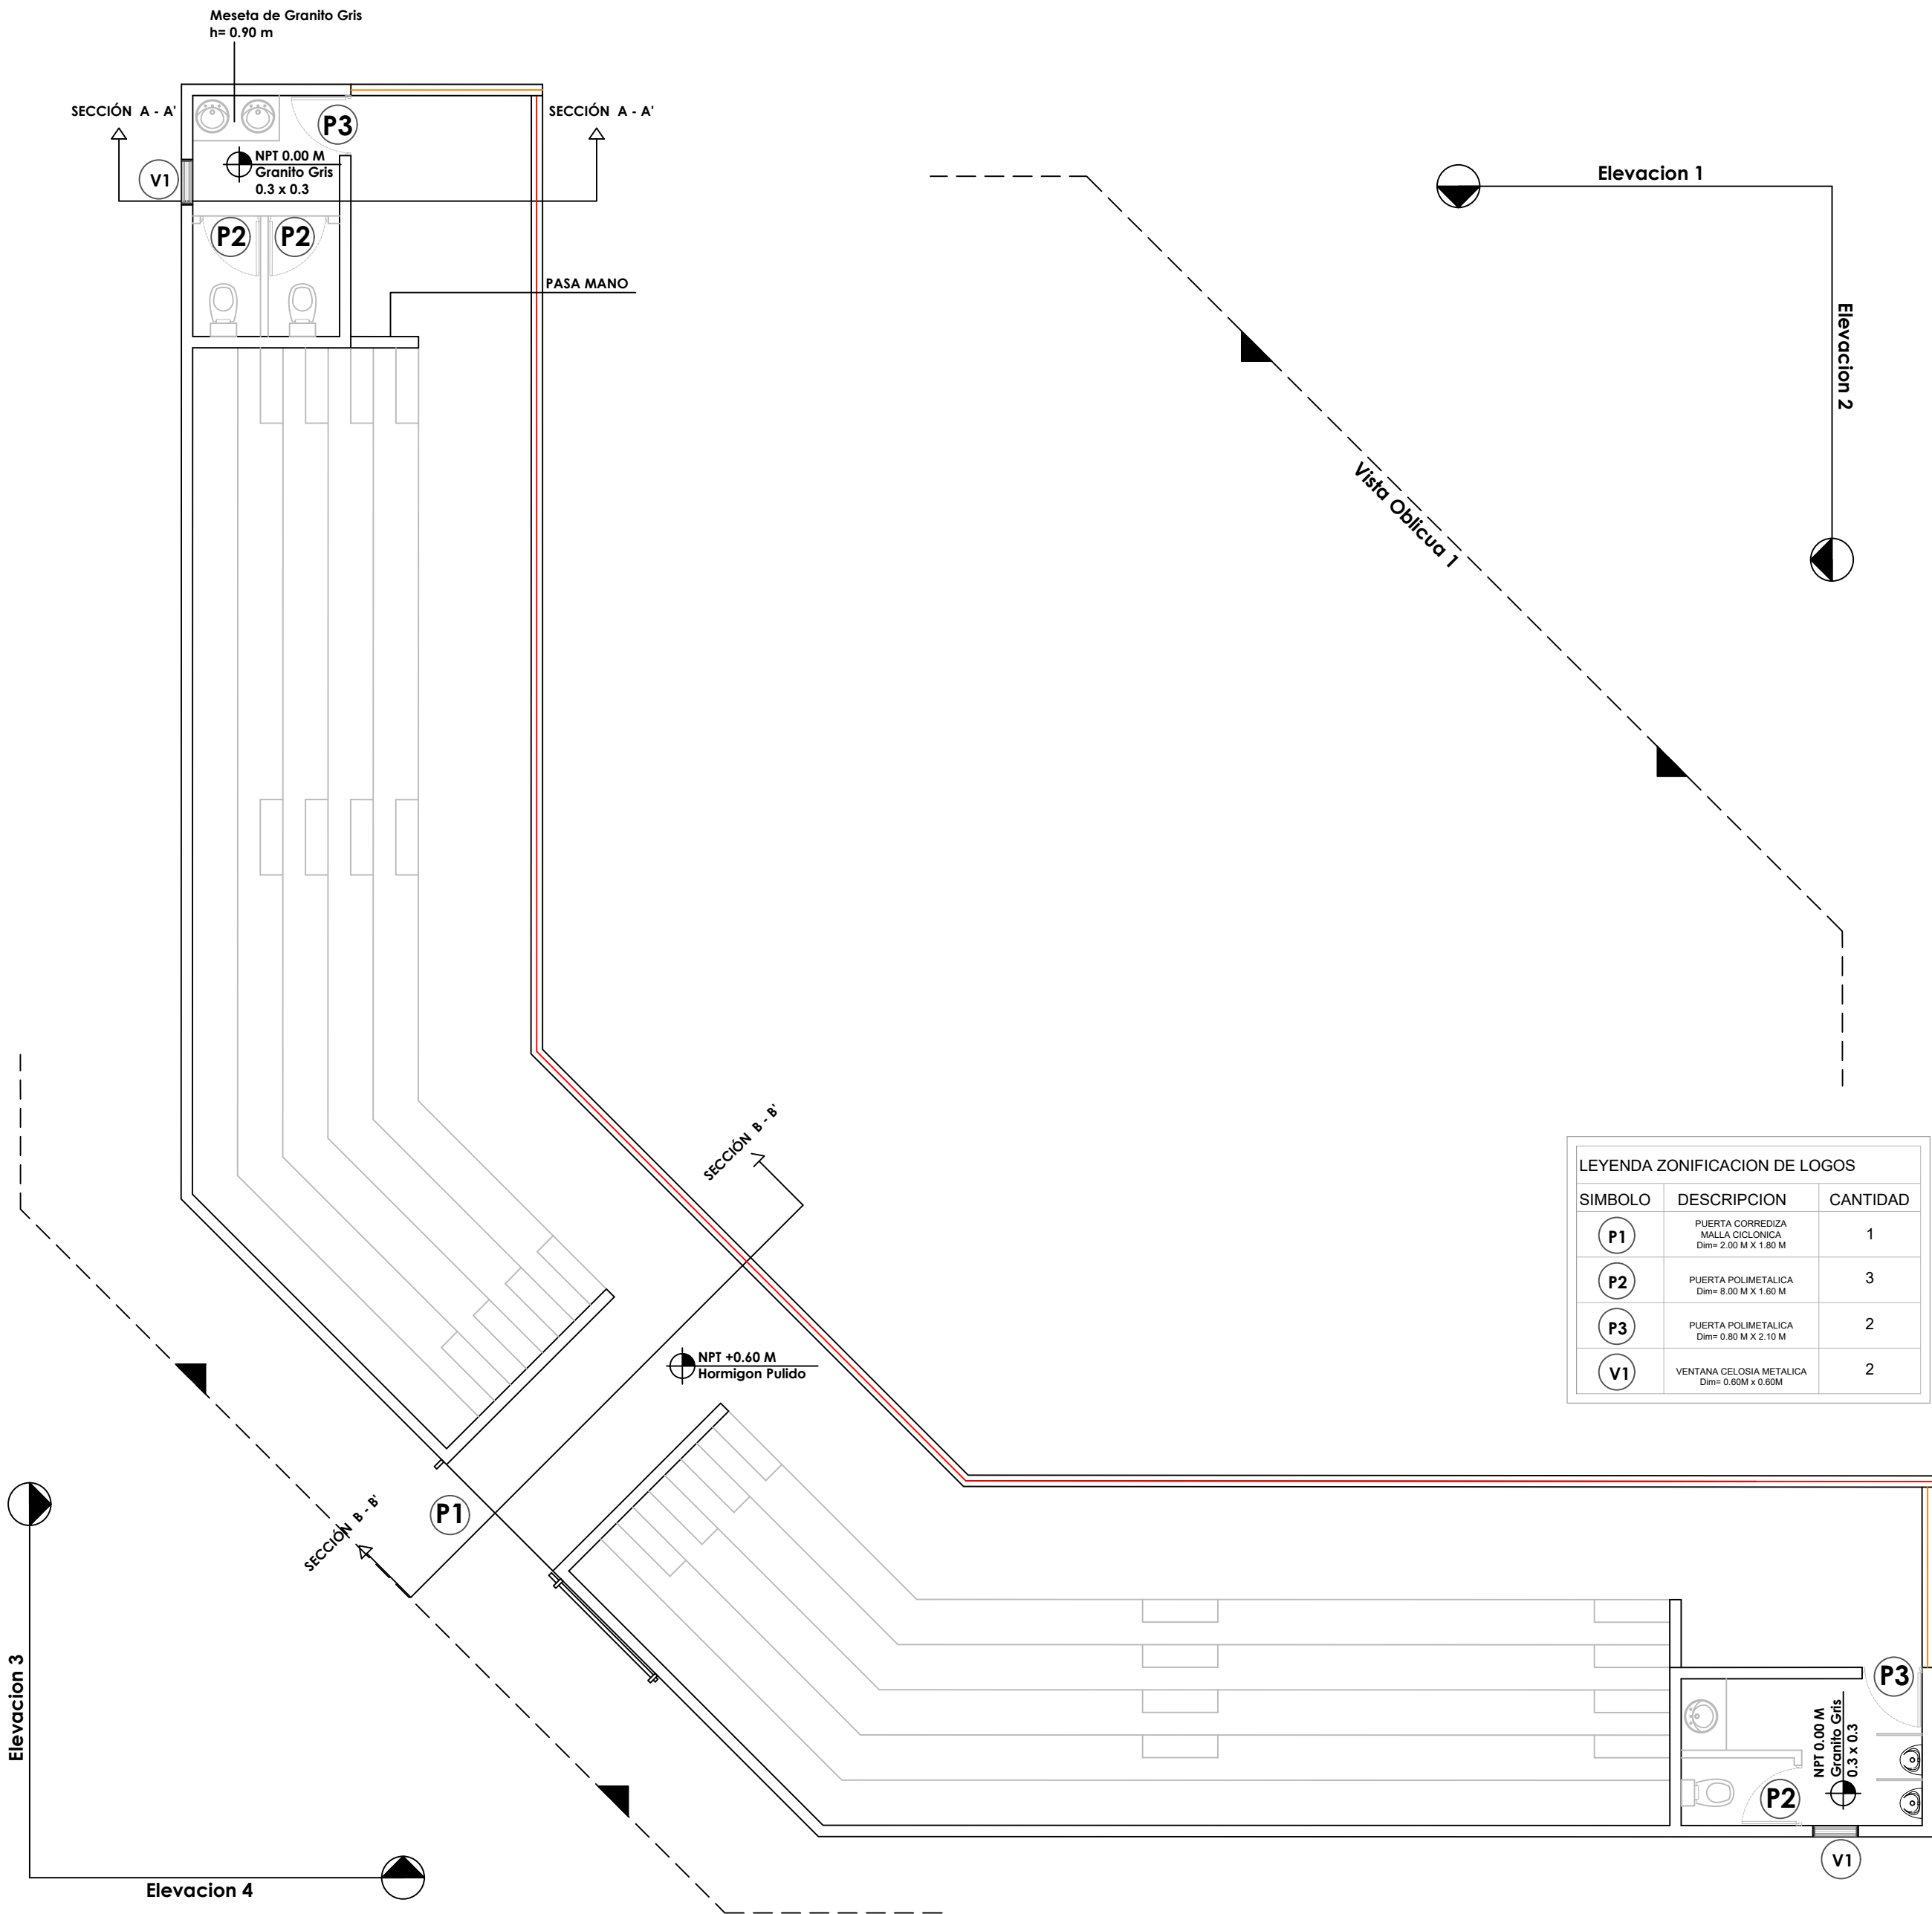

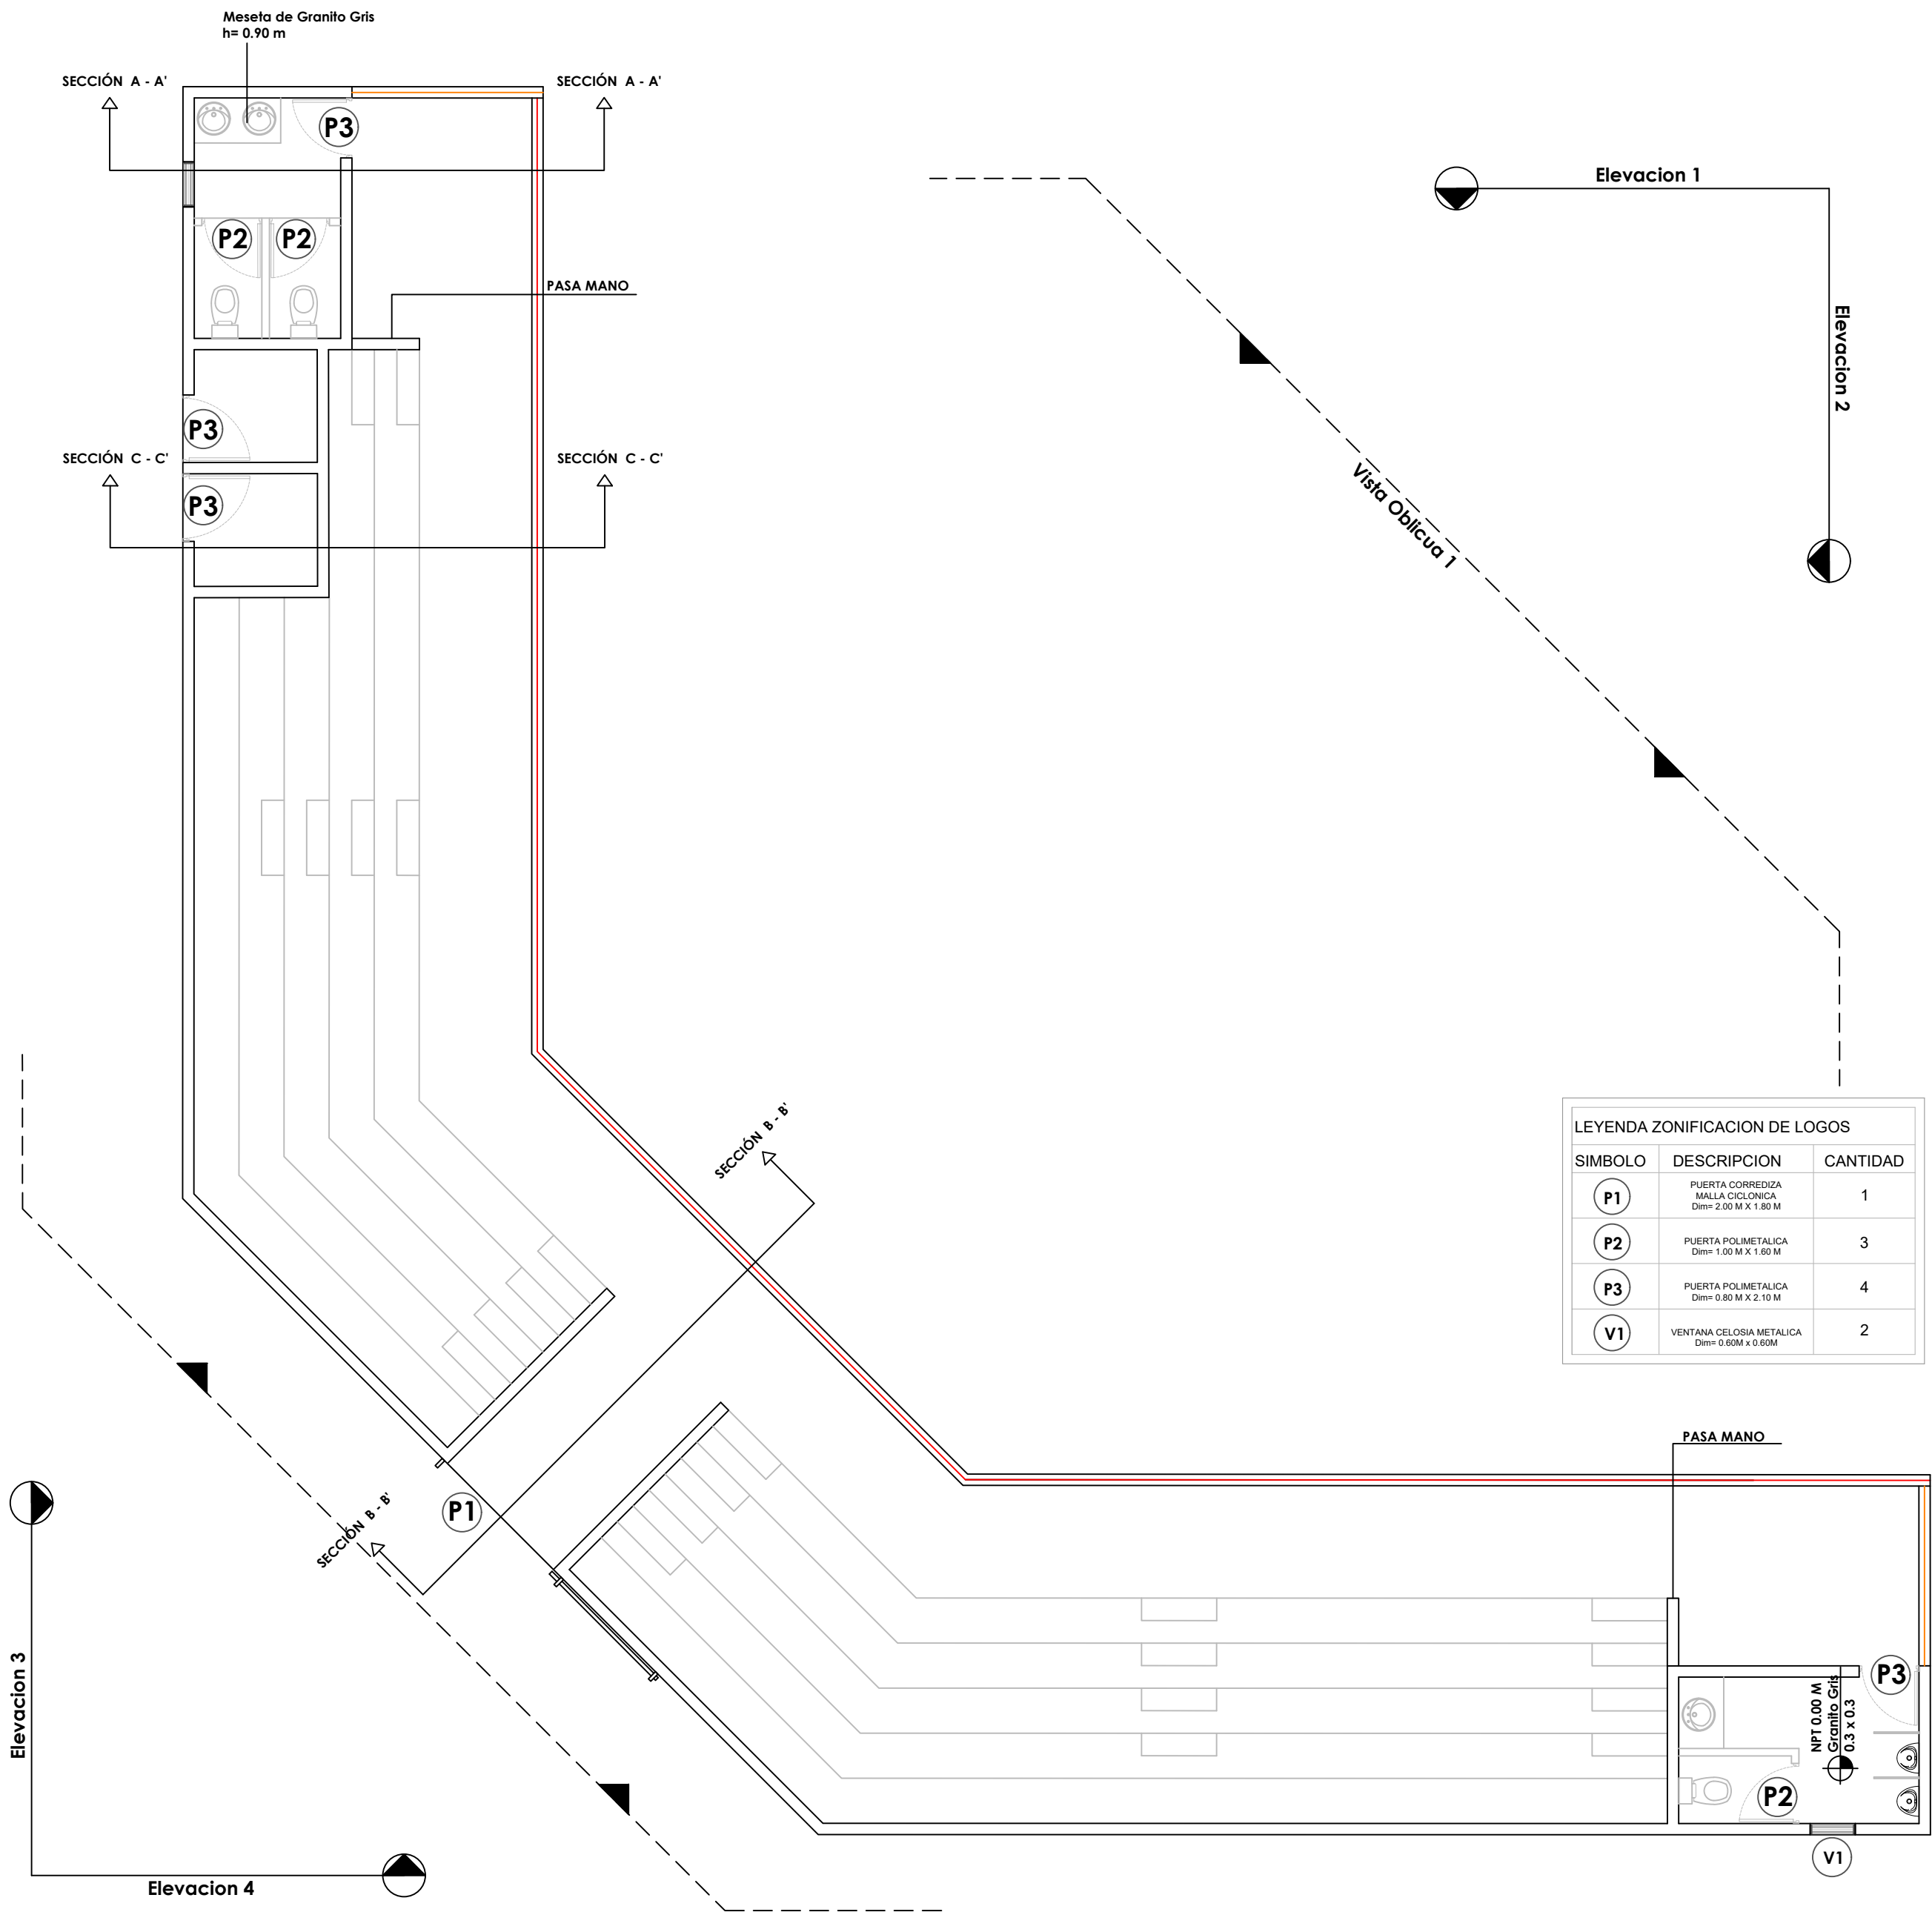

LEYENDA ZONIFICACION DE LOGOS		
SIMBOLO	DESCRIPCION	CANTIDAD
P1	PUERTA CORREDIZA MALLA CICLONICA Dim= 2.00 M X 1.80 M	1
P2	PUERTA POLIMETALICA Dim= 1.00 M X 1.80 M	3
P3	PUERTA POLIMETALICA Dim= 0.80 M X 2.10 M	4
V1	VENTANA CELOSIA METALICA Dim= 0.60M x 0.60M	2

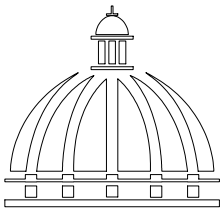

GOBIERNO DE LA
REPÚBLICA DOMINICANA

DIRECCION DE DESARROLLO
PROVINCIAL
DDP

Ave. Dr. Delgado, Esq. Moises García,
Gazcue, Sto. Dgo., R.D.
TEL.: (809)-364-2189 | FAX.: (809)- 688-1665
E-Mail: info@cpadp.gob.do

PROYECTO:

CONSTRUCCIÓN CAMPO DE BÉISBOL
ENRIQUILLO, MUNICIPIO ENRIQUILLO,
PROVINCIA BARAHONA

EQUIPO DE TRABAJO:

DISEÑO ARQUITECTÓNICO
ARQ.

codia 00000

ENC. INGENIERÍA

ING. FIOR DALIZA BONIFACIO

codia 00000

ESTRUCTURAL

ING. Leopoldo Berroa

codia 00000

ELÉCTRICO

ING. Juan Pérez

codia 00000

HIDRO-SANITARIO

ING. Francis Estévez

codia 00000

SELLO DE APROBACIÓN:

FECHA:

CONTENIDO:

PLANTA DE LOSAS - GRADAS



ESCALA:

1:75

SEPTIEMBRE 2026

NO. PÁGINA:

024

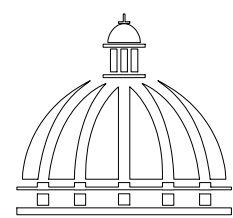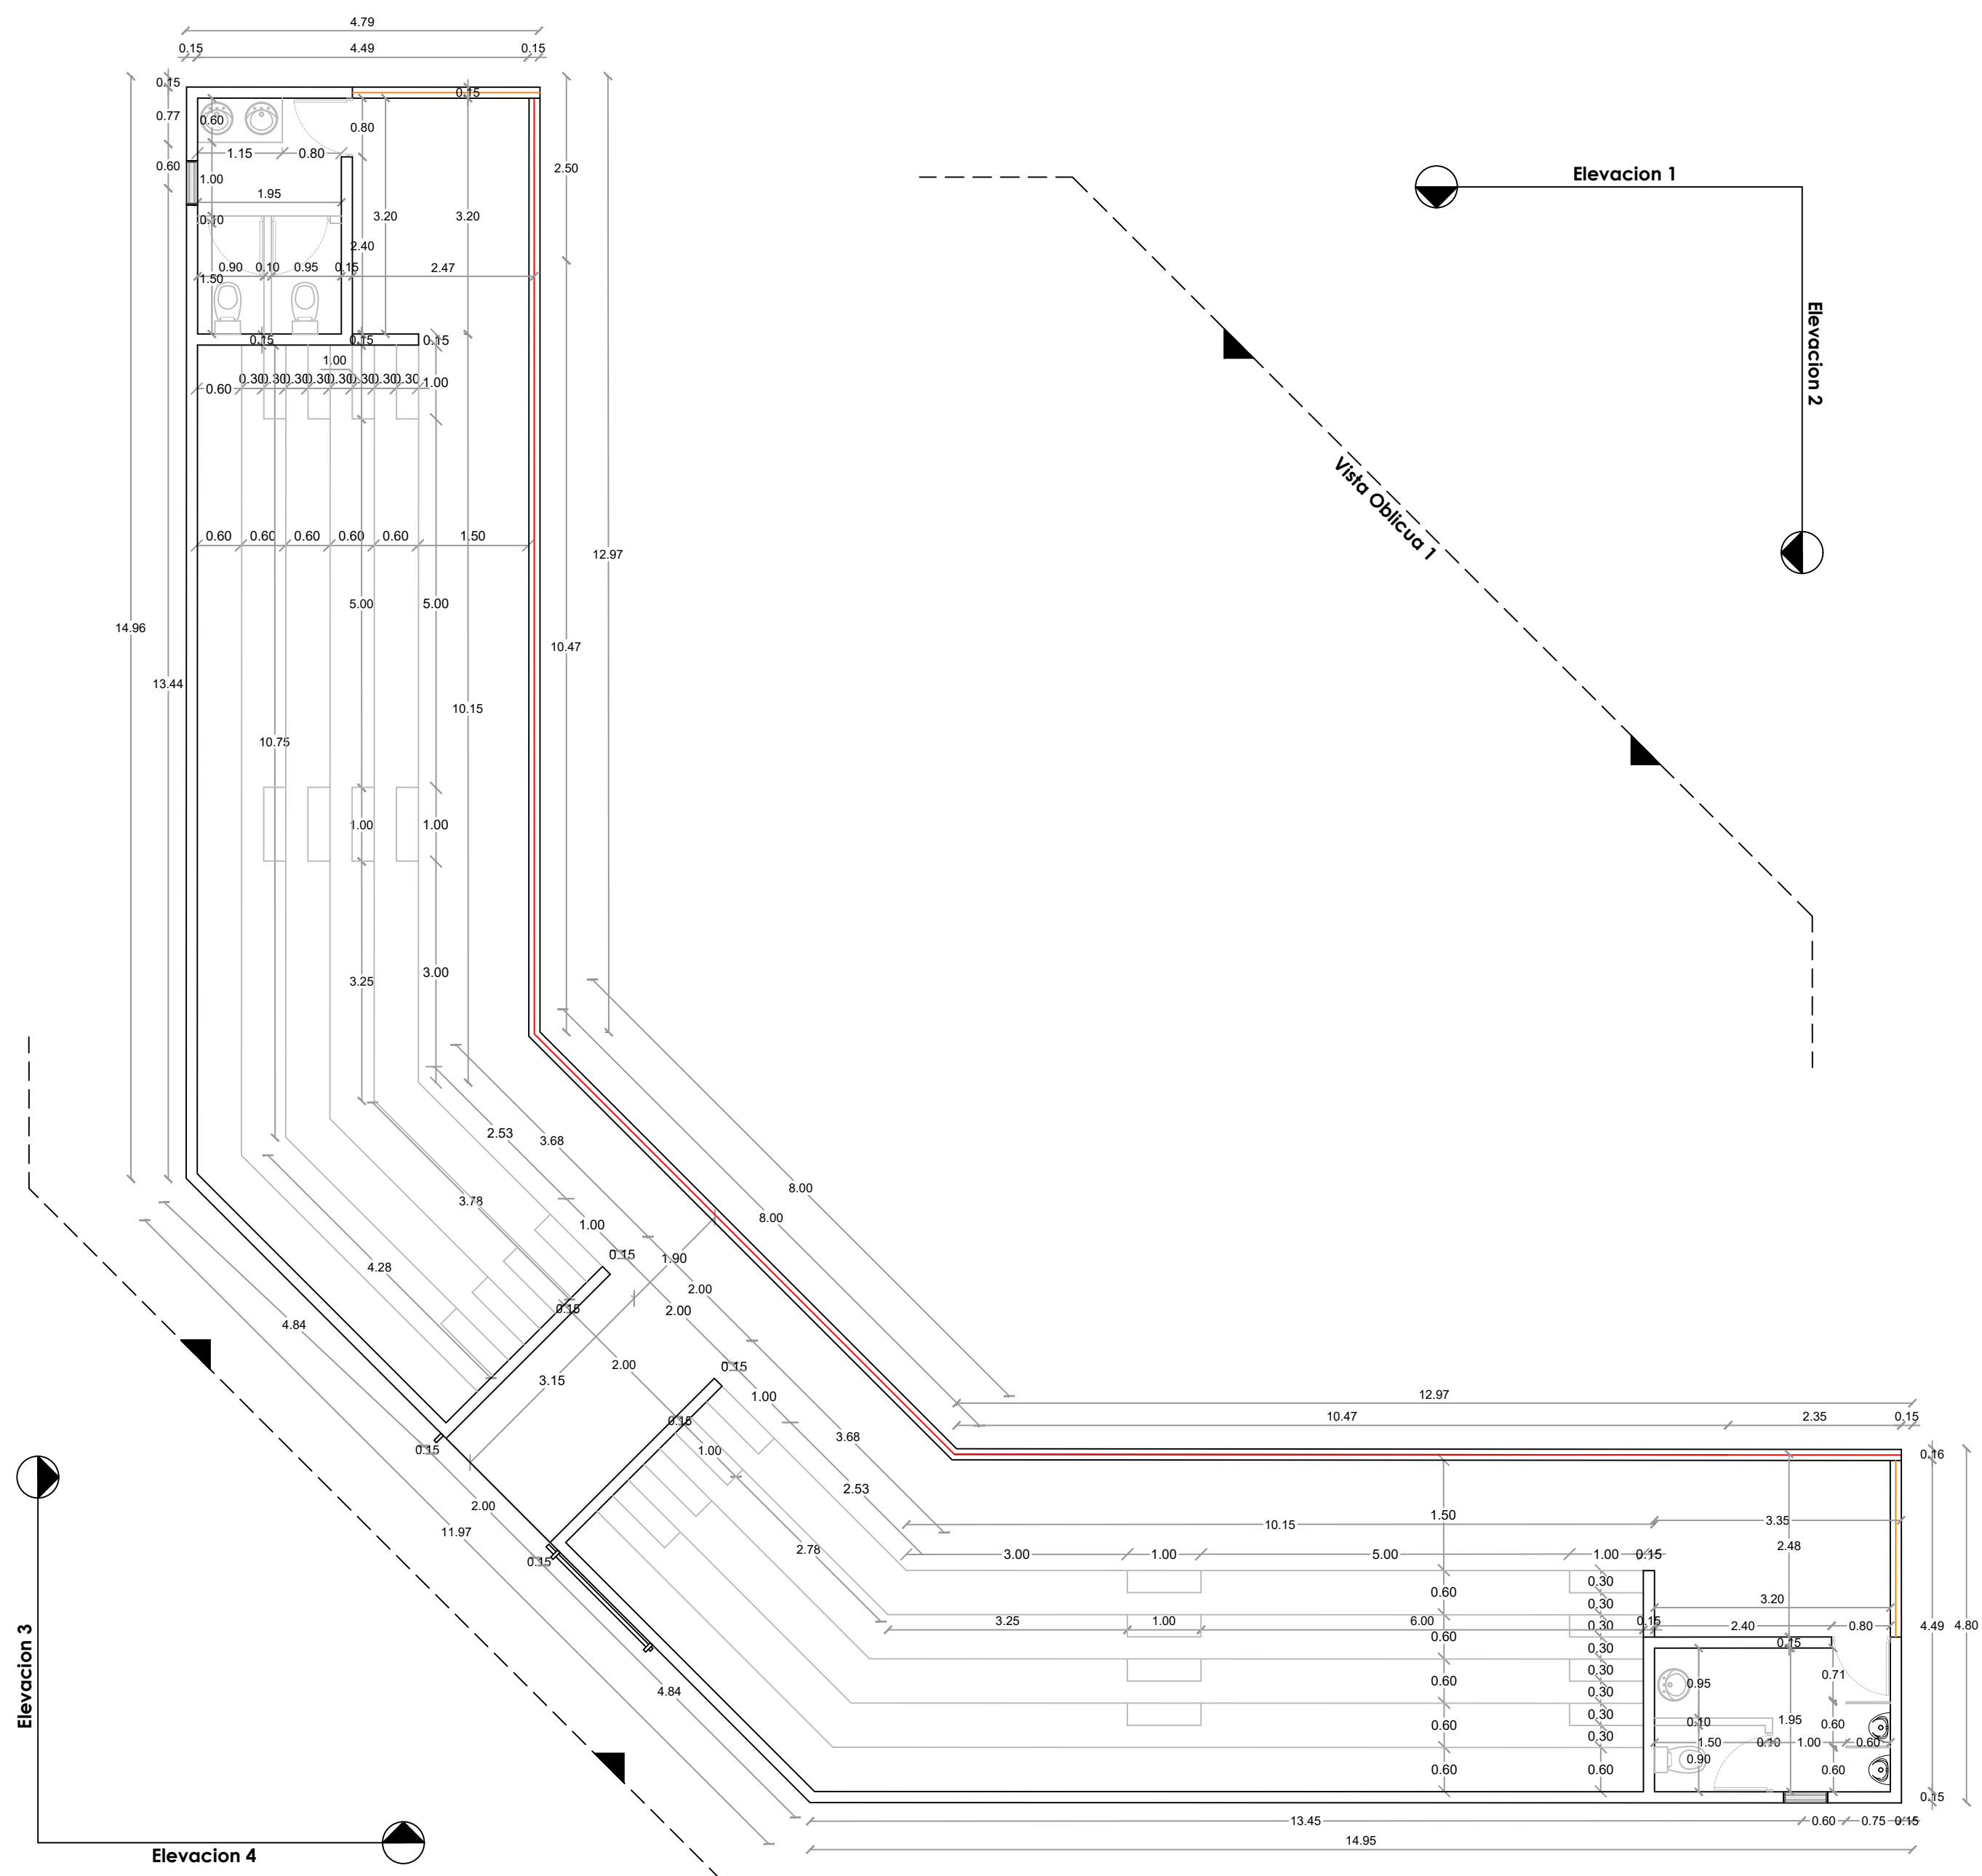

GOBIERNO DE LA
REPÚBLICA DOMINICANA

DIRECCION DE DESARROLLO
PROVINCIAL
DDP

Ave. Dr. Delgado, Esq. Moises García,
Gazcue, Sto. Dgo., R.D.
TEL.: (809)-364-2189 | FAX.: (809)- 688-1665
E-Mail: info@cpadp.gob.do

PROYECTO:

CONSTRUCCIÓN CAMPO DE BÉISBOL
ENRIQUILLO, MUNICIPIO ENRIQUILLO,
PROVINCIA BARAHONA

EQUIPO DE TRABAJO:

DISEÑO ARQUITECTÓNICO
ARQ.

codia 00000

ENC. INGENIERÍA

ING. FIOR DALIZA BONIFACIO

codia 00000

ESTRUCTURAL

ING. Leopoldo Berroa

codia 00000

ELÉCTRICO

ING. Juan Pérez

codia 00000

HIDRO-SANITARIO

ING. Francis Estévez

codia 00000

SELLO DE APROBACIÓN:

FECHA:

CONTENIDO:

PLANTA DIMENSIONADA



ESCALA:

1:75

SEPTIEMBRE 2026

NO. PÁGINA:

025

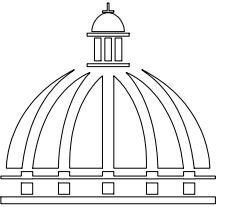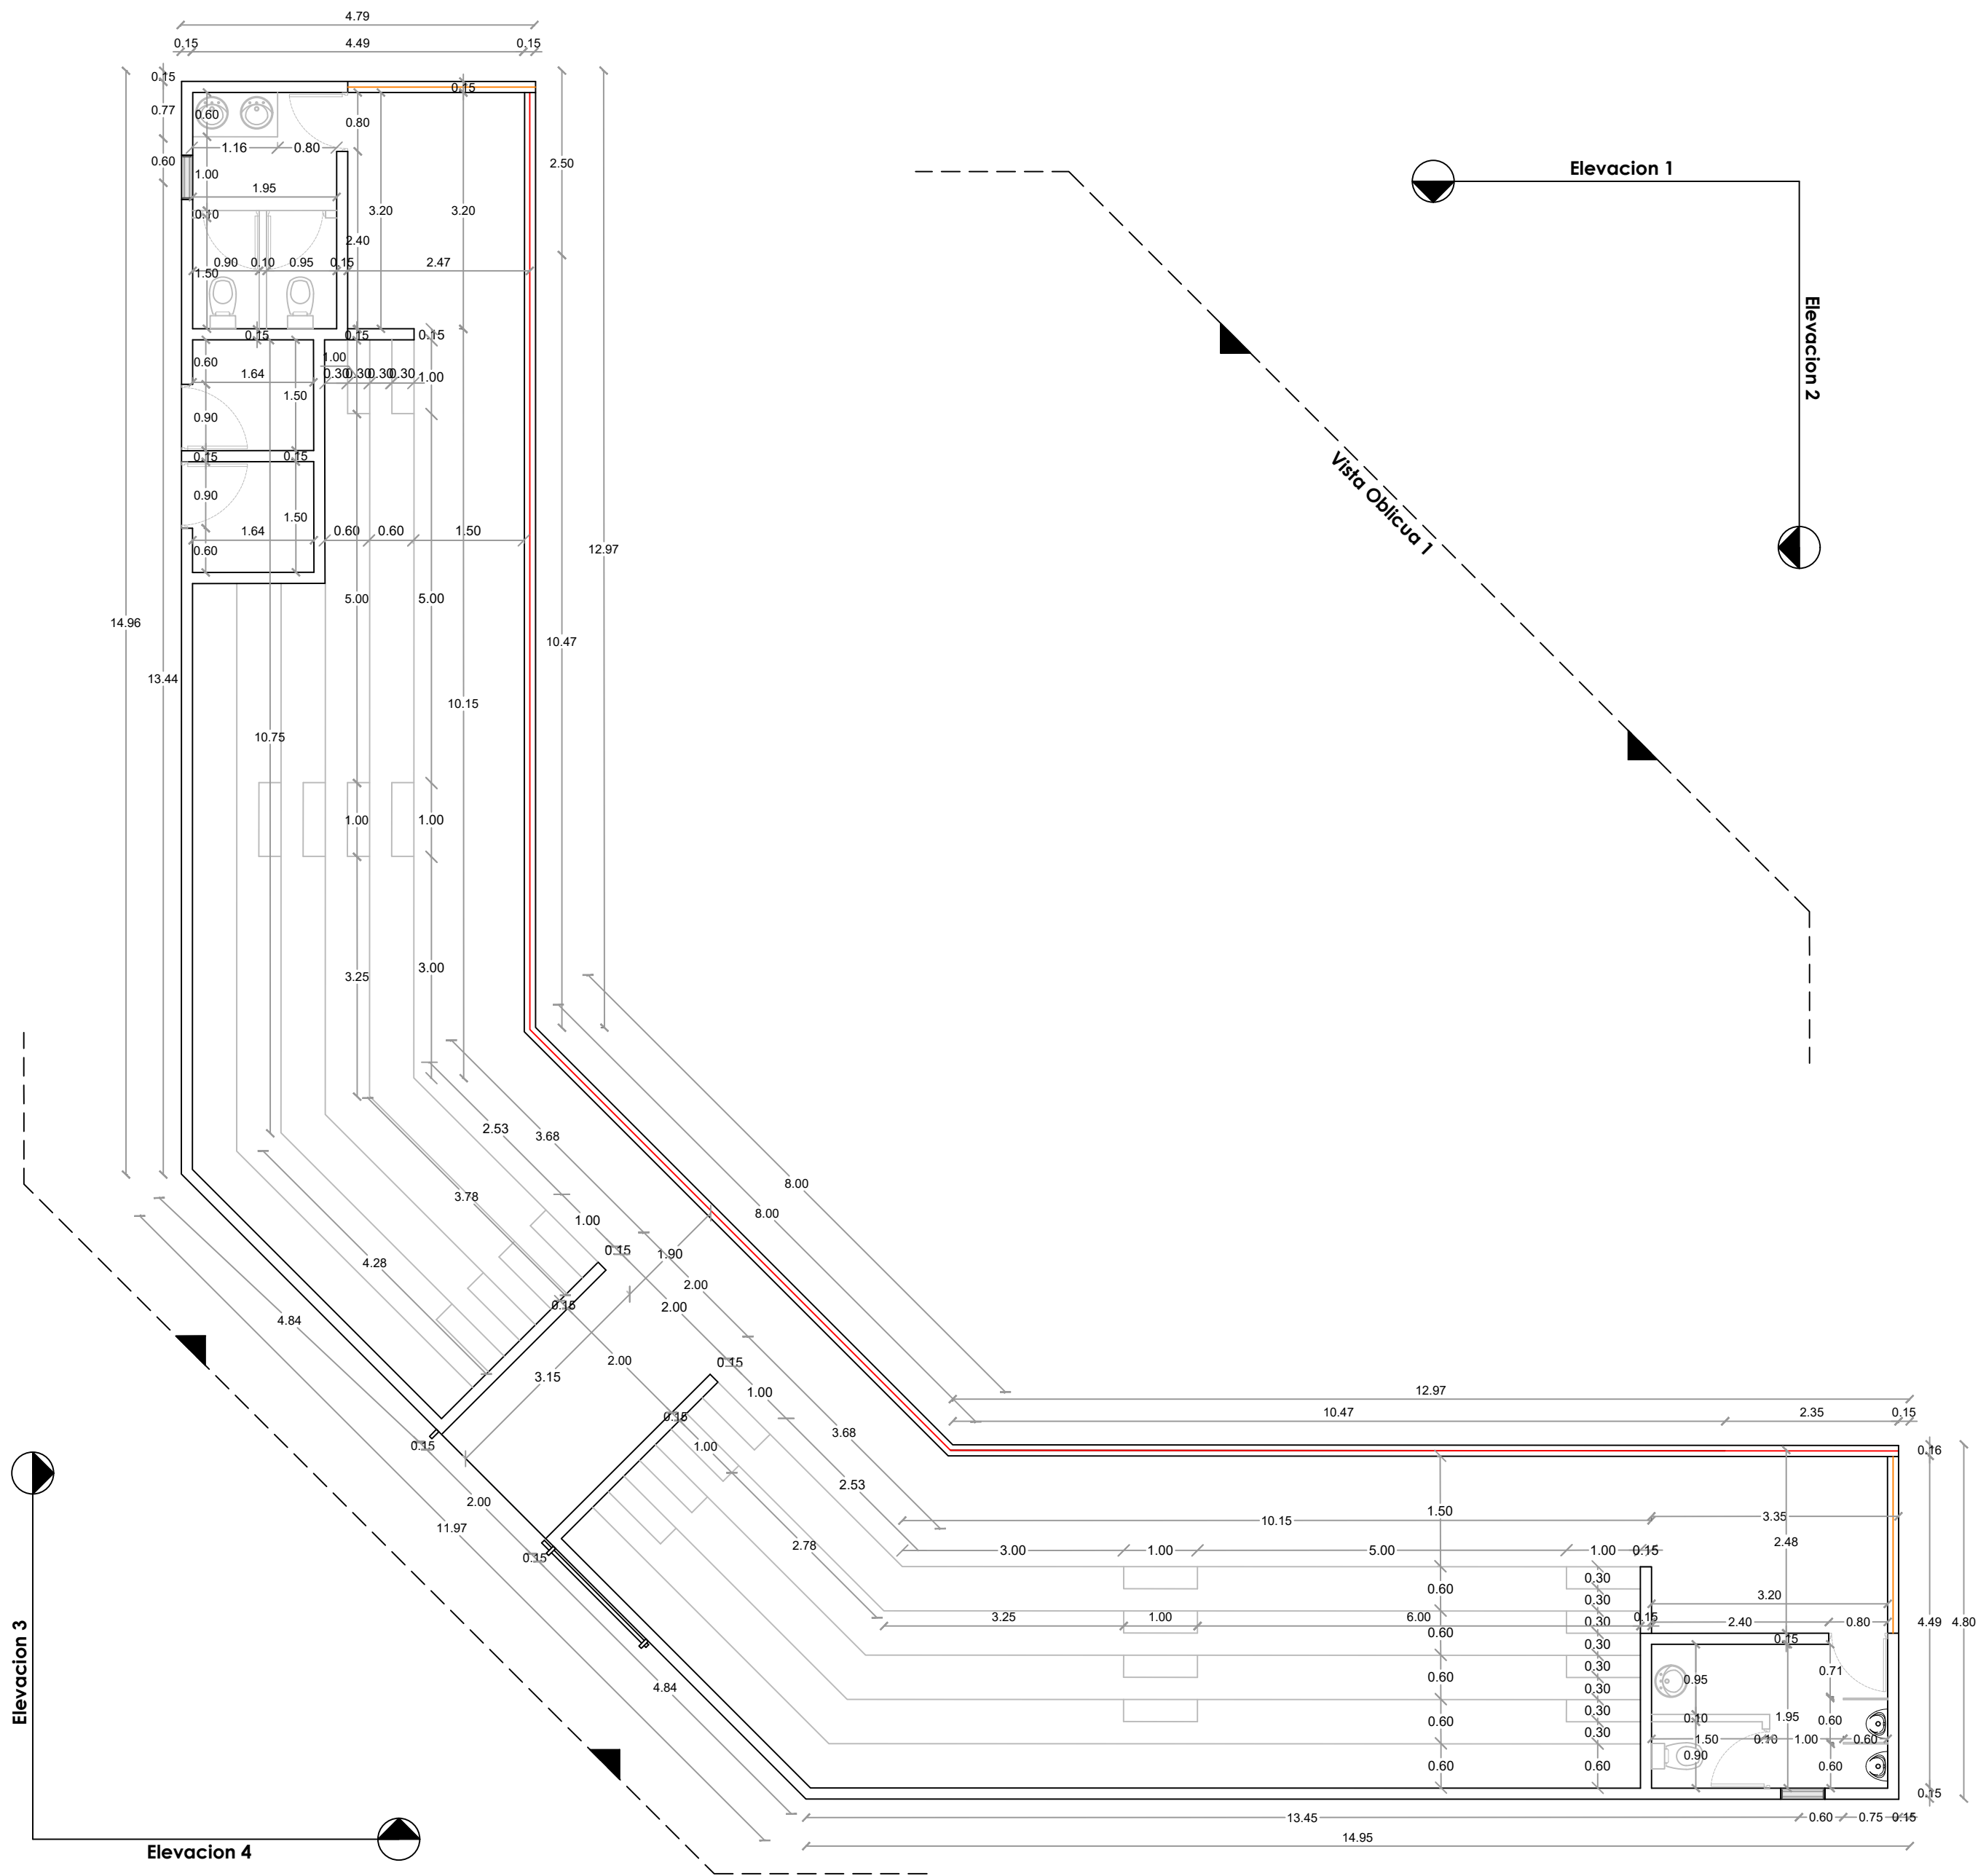

GOBIERNO DE LA
REPÚBLICA DOMINICANA

DIRECCION DE DESARROLLO
PROVINCIAL
DDP

Ave. Dr. Delgado, Esq. Moises García,
Gazcue, Sto. Dgo., R.D.
TEL.: (809)-364-2189 | FAX.: (809)- 688-1665
E-Mail: info@cpadp.gob.do

PROYECTO:

CONSTRUCCIÓN CAMPO DE BÉISBOL
ENRIQUILLO, MUNICIPIO ENRIQUILLO,
PROVINCIA BARAHONA

EQUIPO DE TRABAJO:

DISEÑO ARQUITECTÓNICO
ARQ.

codia 00000

ENC. INGENIERÍA

ING. FIOR DALIZA BONIFACIO
codia 00000

ESTRUCTURAL

ING. Leopoldo Berroa
codia 00000

ELÉCTRICO

ING. Juan Pérez
codia 00000

HIDRO-SANITARIO

ING. Francis Estévez
codia 00000

SELLO DE APROBACIÓN:

FECHA:

CONTENIDO:

PLANTA DIMENSIONADA


ESCALA:

1:75


SEPTIEMBRE 2026

NO. PÁGINA:


026

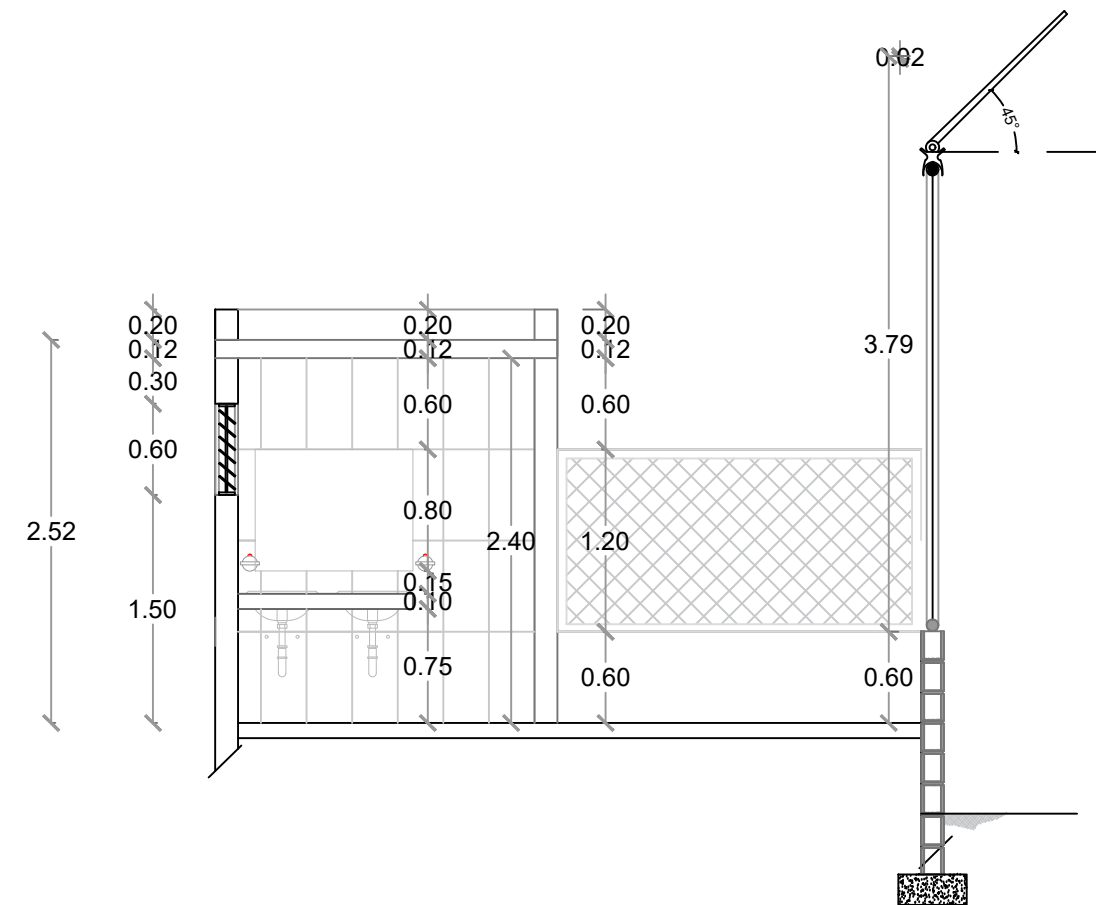


SECCIÓN A-A' - DIMENSIONADA - GRADAS
ESC. 1:50

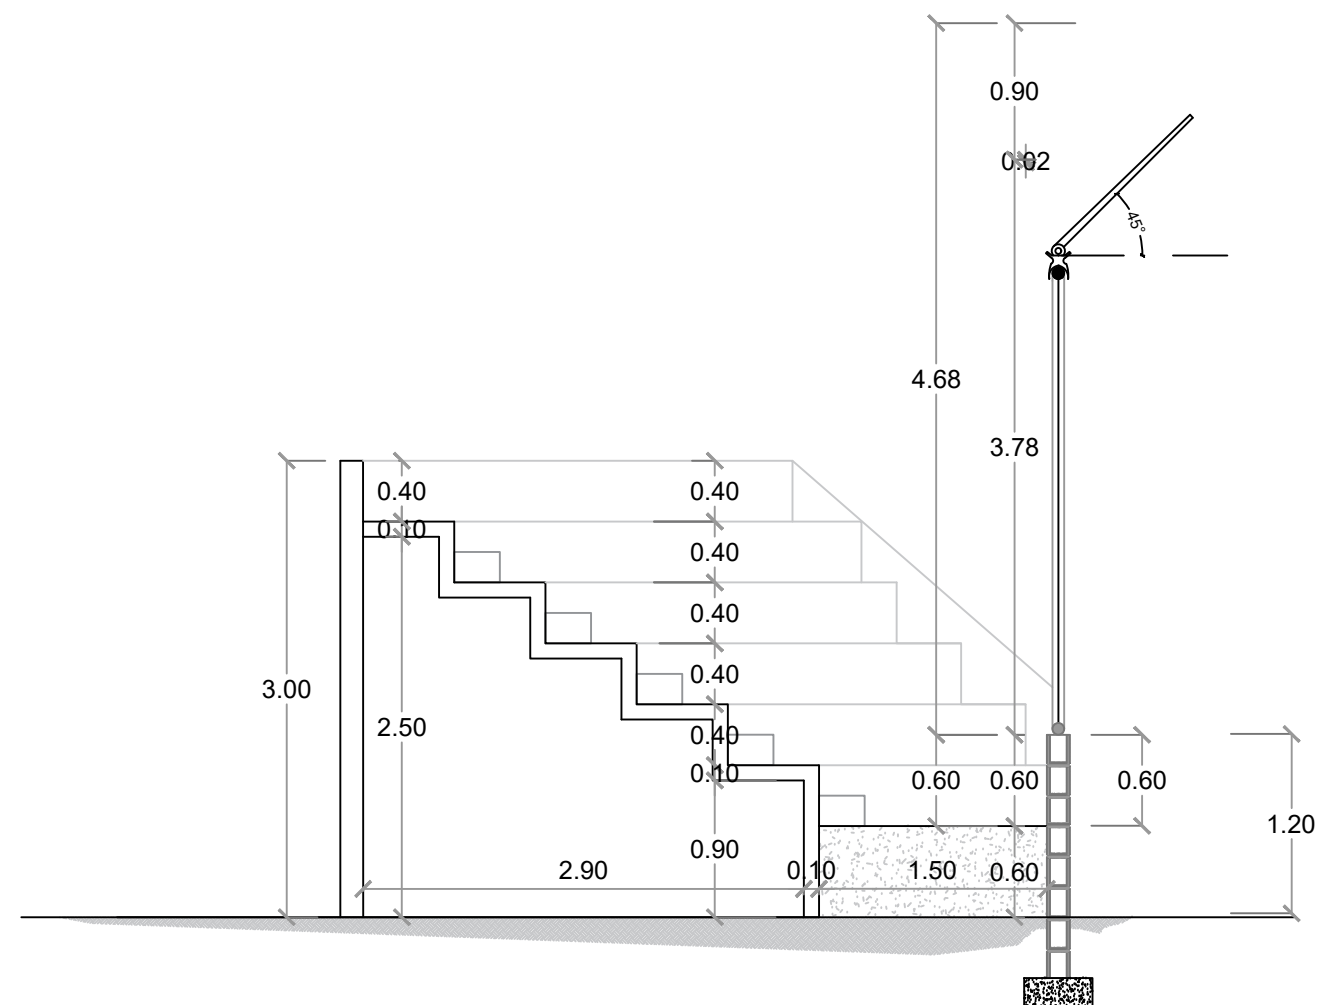

SECCIÓN B-B' - DIMENSIONADA - GRADAS
ESC. 1:50

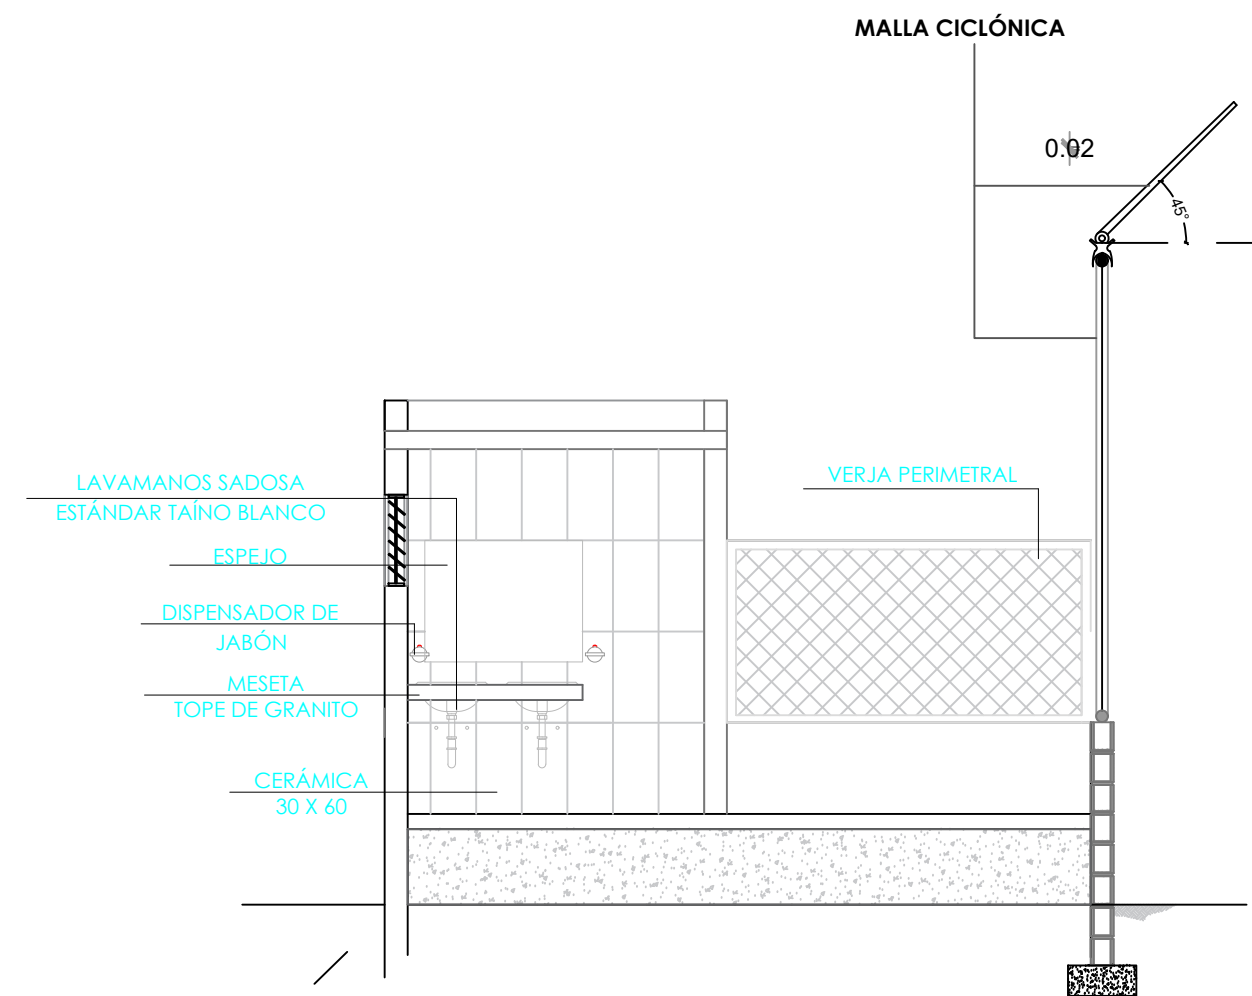

SECCIÓN A-A' - DETALLES - GRADAS
ESC. 1:50

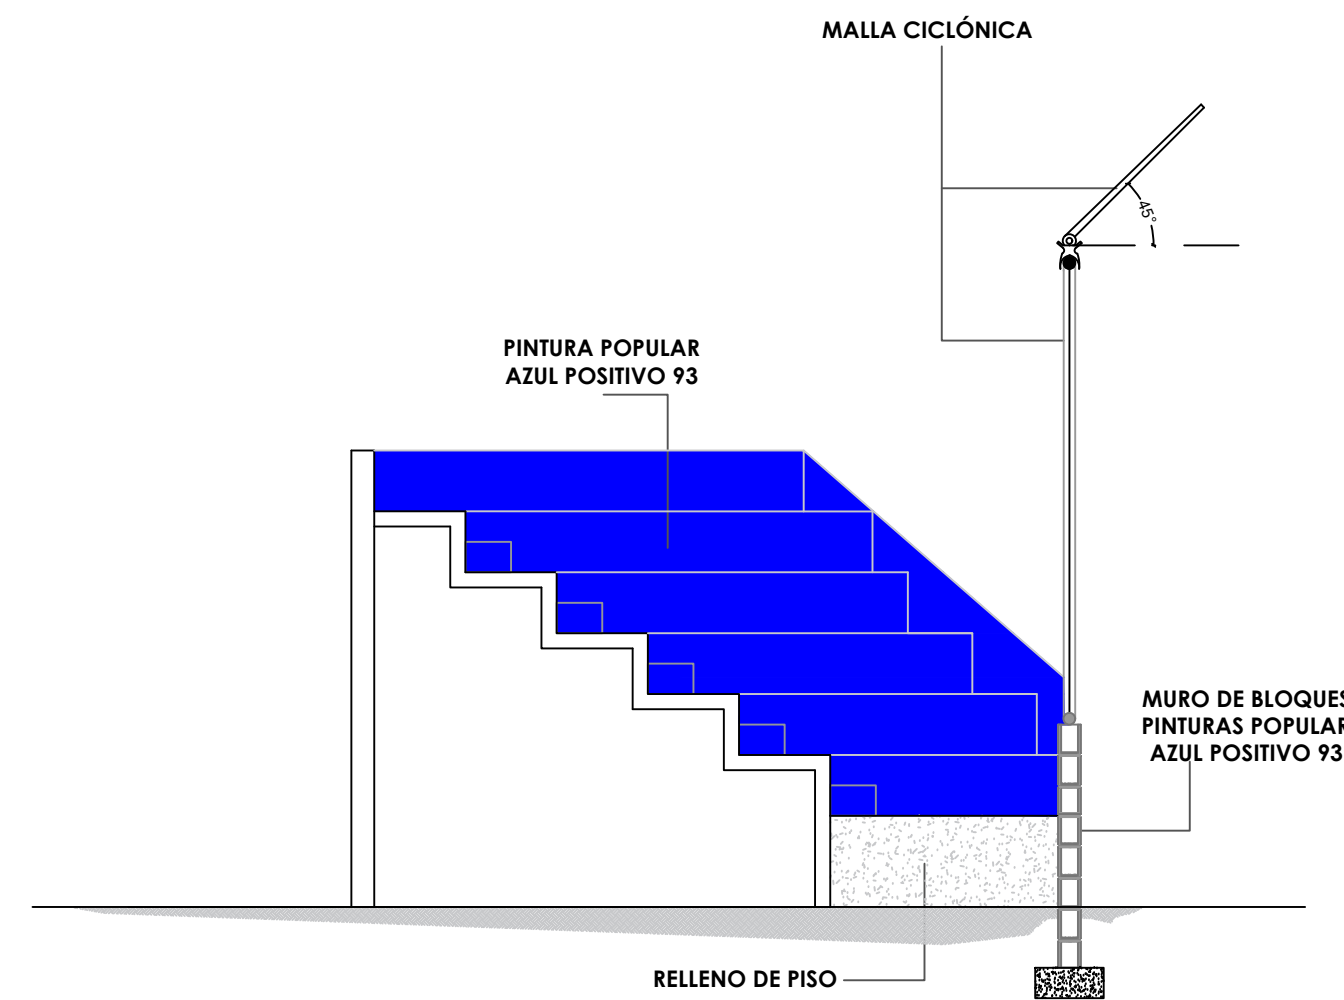

SECCIÓN B-B' - DETALLES - GRADAS
ESC. 1:50



**DIRECCION DE DESARROLLO
PROVINCIAL
DDP**

Ave. Dr. Delgado, Esq. Moises García,
Gazcue, Sto. Dgo., R.D.
TEL.: (809)-364-2189 | FAX.: (809)- 688-1665
E-Mail: info@cpadp.gob.do

PROYECTO:

**CONSTRUCCIÓN CAMPO DE BÉISBOL
ENRIQUILLO, MUNICIPIO ENRIQUILLO,
PROVINCIA BARAHONA**

EQUIPO DE TRABAJO:

DISEÑO ARQUITECTÓNICO
ARQ.

codia 00000

ENC. INGENIERÍA

ING. FIOR DALIZA BONIFACIO
codia 00000

ESTRUCTURAL

ING. Leopoldo Berroa
codia 00000

ELÉCTRICO

ING. Juan Pérez
codia 00000

HIDRO-SANITARIO

ING. Francis Estévez
codia 00000

SELO DE APROBACIÓN:

FECHA:

CONTENIDO:

SECCIONES


ESCALA:

1:50


SEPTIEMBRE 2026

NO. PÁGINA:


027

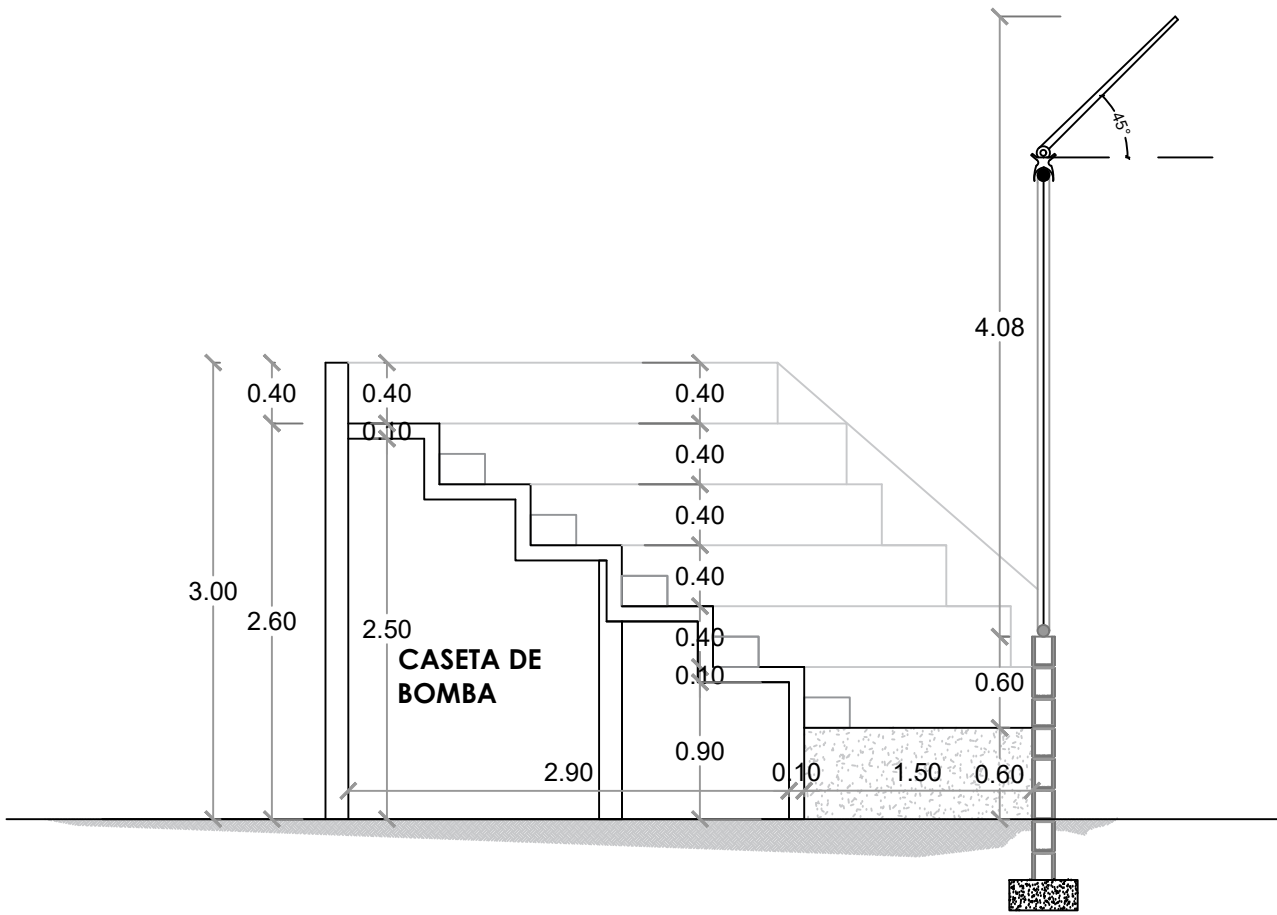

SECCIÓN C-C - DIMENSIONADA - GRADAS
ESC. 1:50

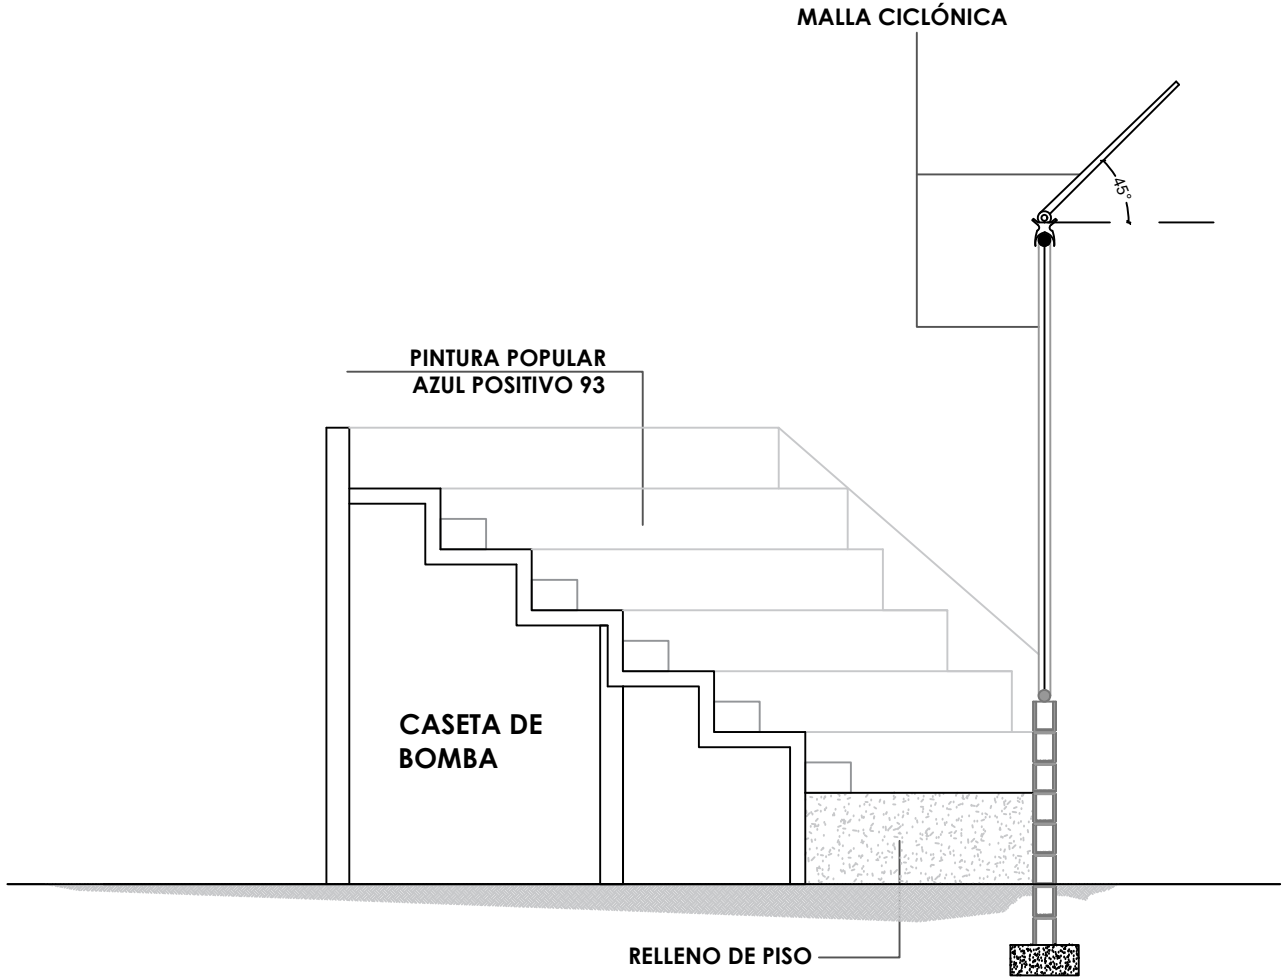

SECCIÓN C-C' - DETALLES - GRADAS
ESC. 1:50

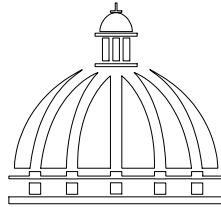

GOBIERNO DE LA
REPÚBLICA DOMINICANA

DIRECCION DE DESARROLLO
PROVINCIAL
DDP

Ave. Dr. Delgado, Esq. Moisés García,
Gazcue, Sto. Dgo., R.D.
TEL.: (809)-364-2189 | FAX.: (809)- 688-1665
E-Mail: info@cpadp.gob.do

PROYECTO:

CONSTRUCCIÓN CAMPO DE BÉISBOL
ENRIQUILLO, MUNICIPIO ENRIQUILLO,
PROVINCIA BARAHONA

EQUIPO DE TRABAJO:

DISEÑO ARQUITECTÓNICO
ARQ.

codia 00000

ENC. INGENIERÍA
ING. FIOR DALIZA BONIFACIO
codia 00000

ESTRUCTURAL
ING. Leopoldo Berroa
codia 00000

ELÉCTRICO
ING. Juan Pérez
codia 00000

HIDRO-SANITARIO
ING. Francis Estévez
codia 00000

SELLO DE APROBACIÓN:

FECHA:

CONTENIDO:


SECCIONES

ESCALA:


SEPTIEMBRE 2026

NO. PÁGINA:


028

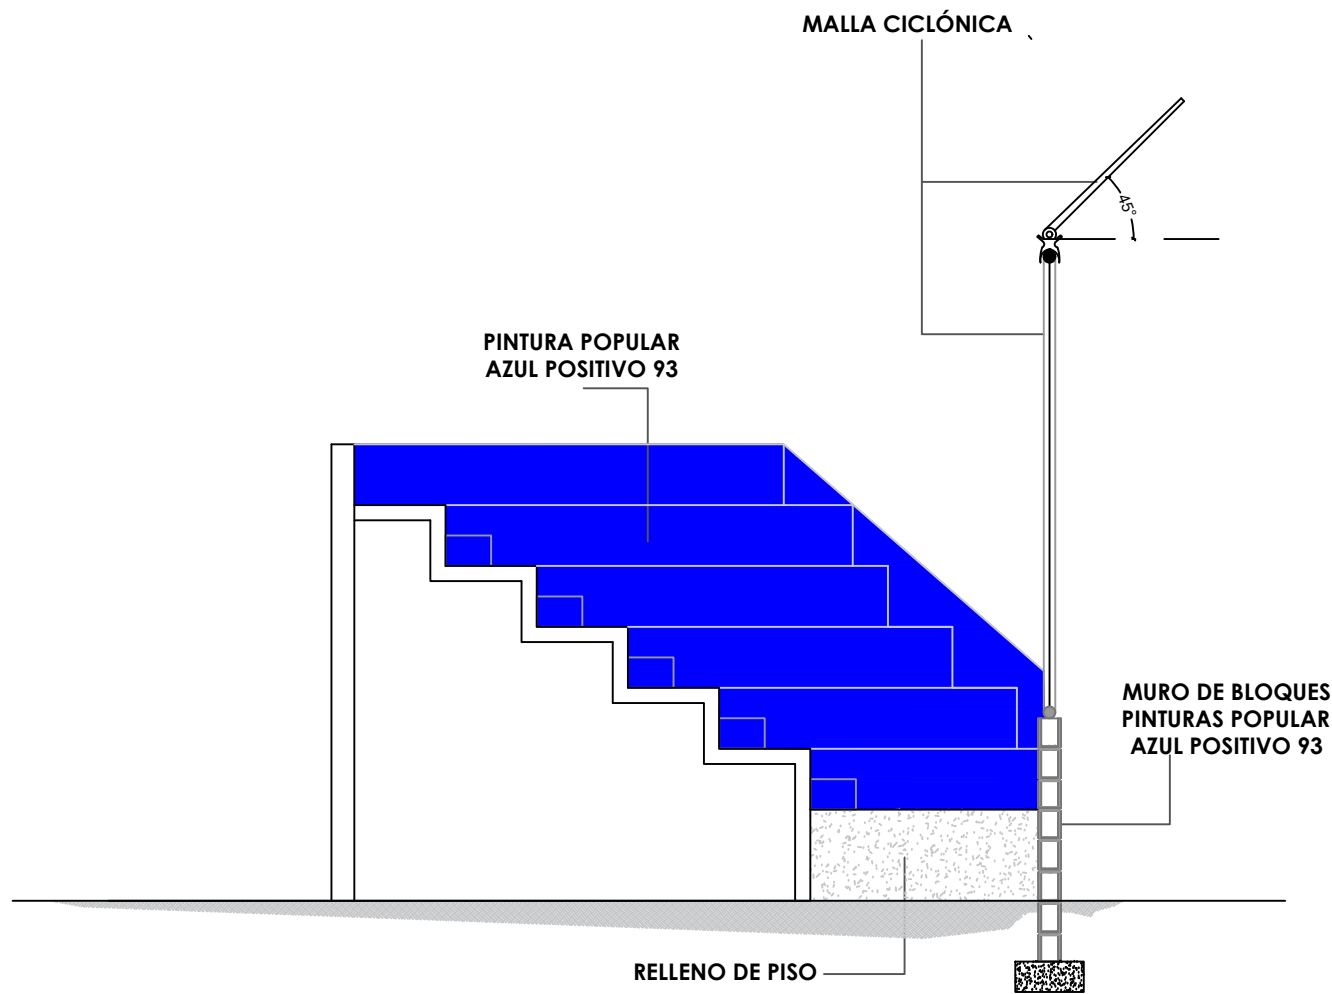

ELEVACION- DETALLES - GRADAS
ESC. 1:50

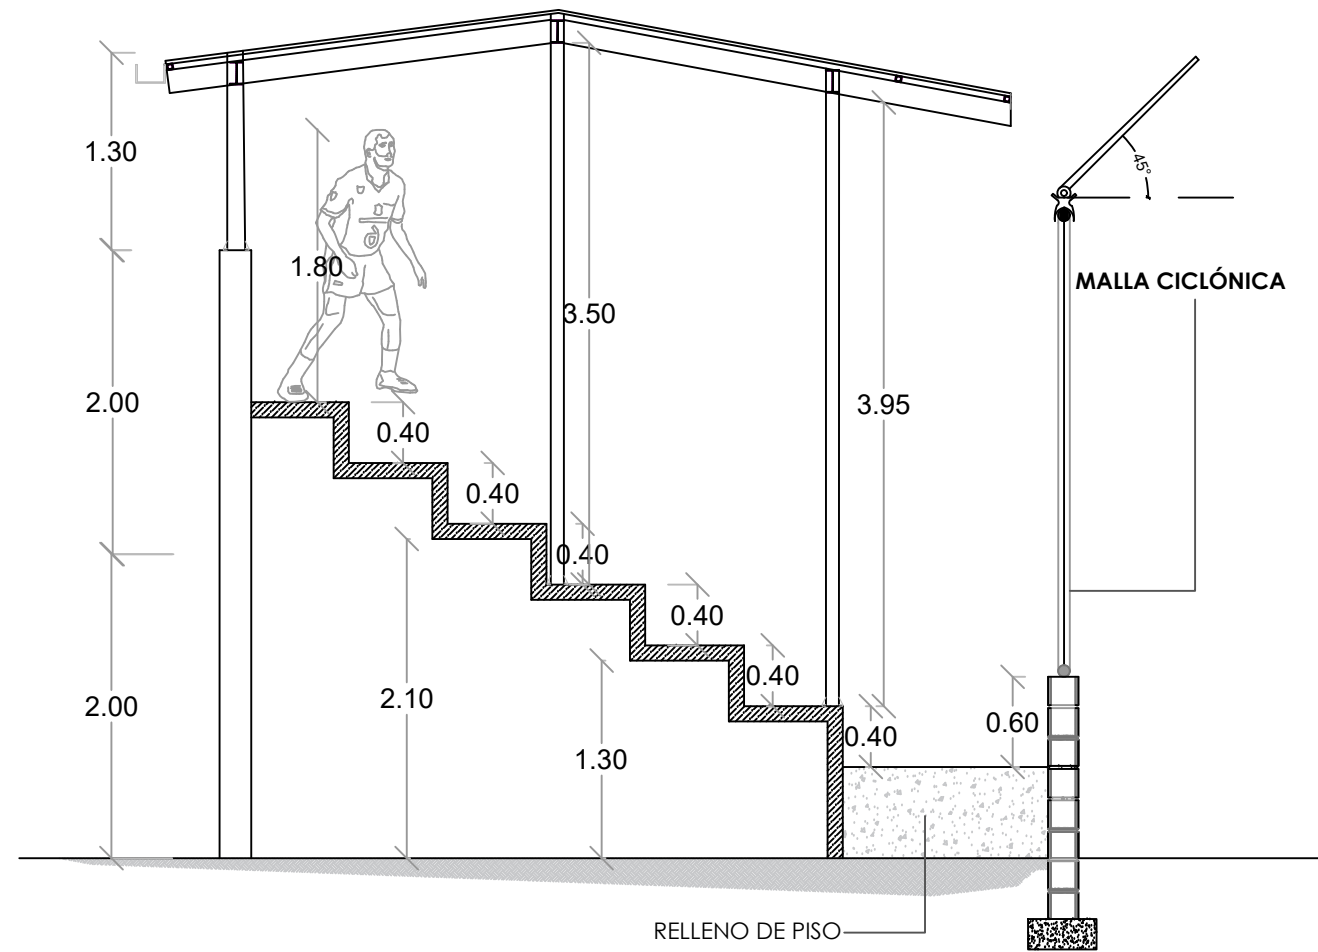


SECCION DE GRADAS - DETALLE DE TECHO

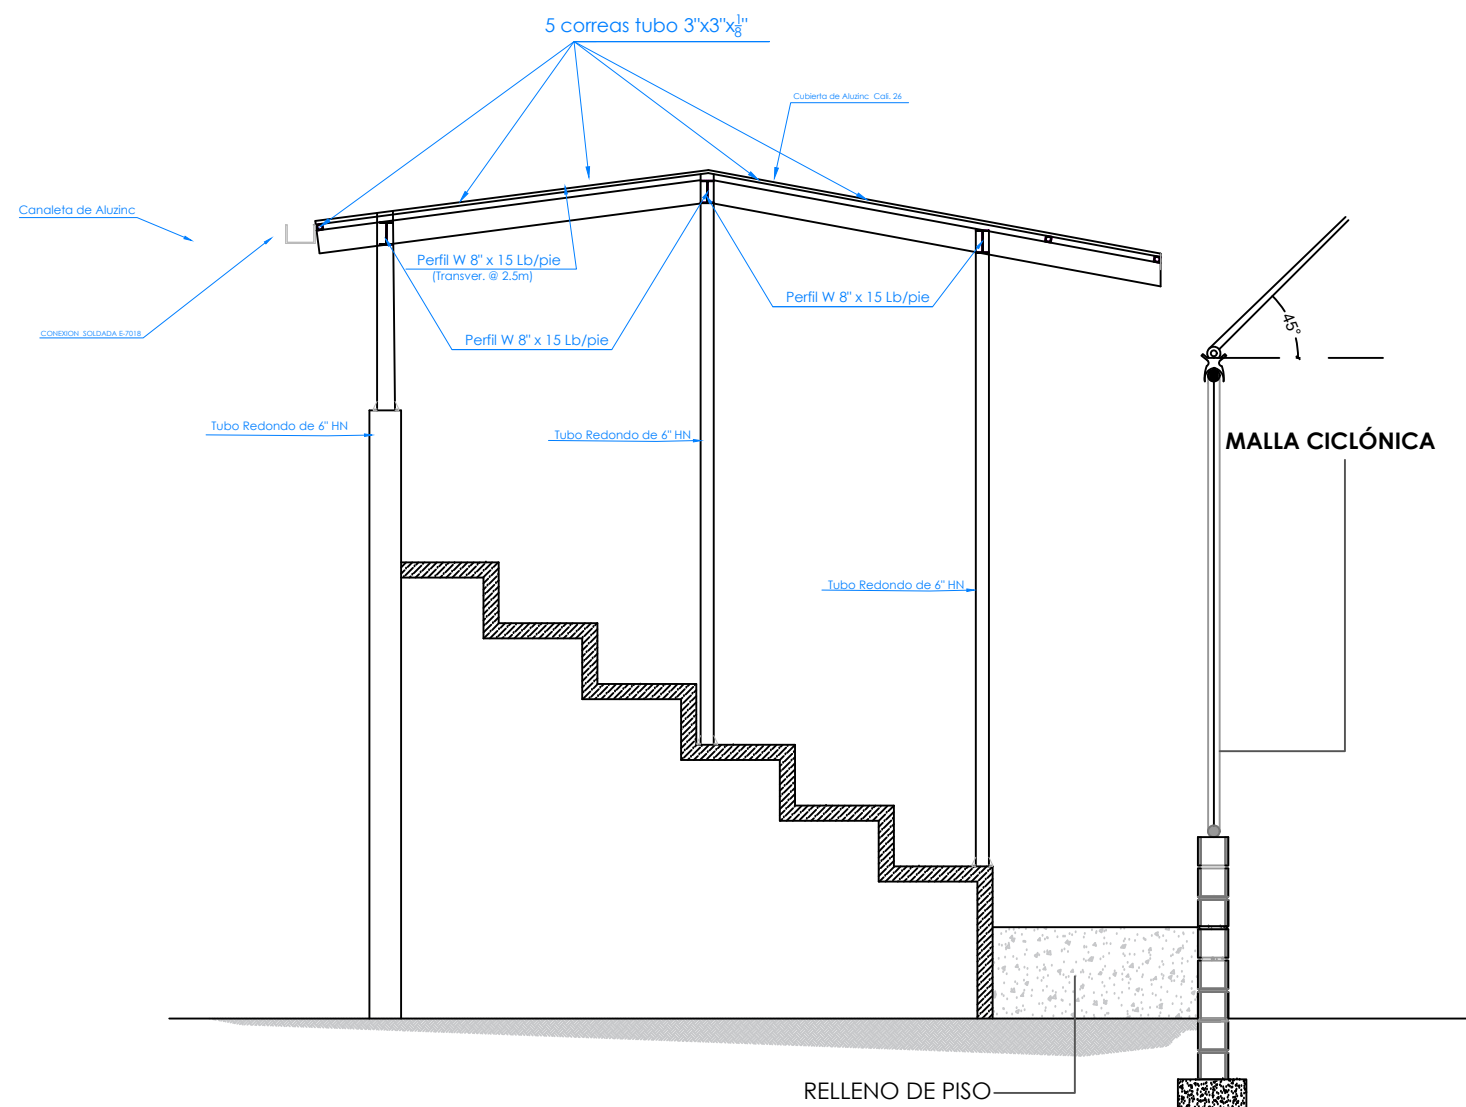


SECCION DE GRADAS - DETALLE DE TECHO




PLACA BASE

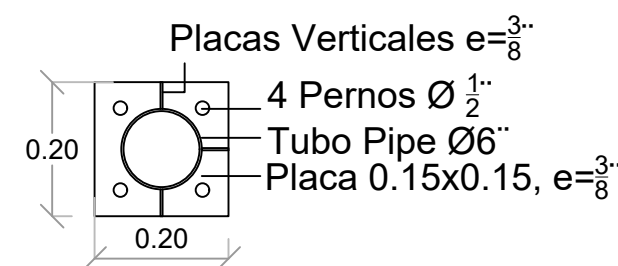

SECCIÓN PERNO

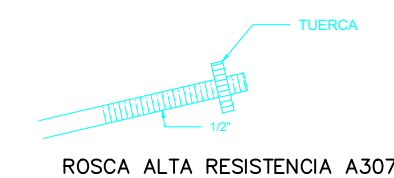

NOTA: TODOS LOS PLANOS PUEDEN SER MODIFICADOS Y / AJUSTADOS EN CAMPO

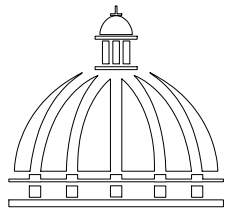

GOBIERNO DE LA
REPÚBLICA DOMINICANA

DIRECCION DE DESARROLLO
PROVINCIAL
DDP

Ave. Dr. Delgado, Esq. Moisés García,
Gazcue, Sto. Dgo., R.D.
TEL.: (809)-364-2189 | FAX.: (809)- 688-1665
E-Mail: info@cpadp.gob.do

PROYECTO:

CONSTRUCCIÓN CAMPO DE BÉISBOL
ENRIQUILLO, MUNICIPIO ENRIQUILLO,
PROVINCIA BARAHONA

EQUIPO DE TRABAJO:

DISEÑO ARQUITECTÓNICO
ARQ.

codia 00000

ENC. INGENIERÍA
ING. FIOR DALIZA BONIFACIO
codia 00000

ESTRUCTURAL
ING. Leopoldo Berroa
codia 00000

ELÉCTRICO
ING. Juan Pérez
codia 00000

HIDRO-SANITARIO
ING. Francis Estévez
codia 00000

SELLO DE APROBACIÓN:

FECHA:

CONTENIDO:


SECCIONES

ESCALA:

SEPTIEMBRE 2026

NO. PÁGINA:

029

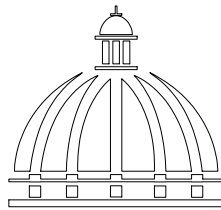

GOBIERNO DE LA
REPÚBLICA DOMINICANA

DIRECCION DE DESARROLLO
PROVINCIAL
DDP

Ave. Dr. Delgado, Esq. Moisés García,
Gazcue, Sto. Dgo., R.D.
TEL.: (809)-364-2189 | FAX.: (809)- 688-1665
E-Mail: info@cpadp.gob.do

PROYECTO:

CONSTRUCCIÓN CAMPO DE BÉISBOL
ENRIQUILLO, MUNICIPIO ENRIQUILLO,
PROVINCIA BARAHONA

EQUIPO DE TRABAJO:

DISEÑO ARQUITECTÓNICO
ARQ.

codia 00000

ENC. INGENIERÍA

ING. FIOR DALIZA BONIFACIO

codia 00000

ESTRUCTURAL

ING. Leopoldo Berroa

codia 00000

ELÉCTRICO

ING. Juan Pérez

codia 00000

HIDRO-SANITARIO

ING. Francis Estévez

codia 00000

SELLO DE APROBACIÓN:

FECHA:

CONTENIDO:


ESCALA:

1:75


SEPTIEMBRE 2026

NO. PÁGINA:


030

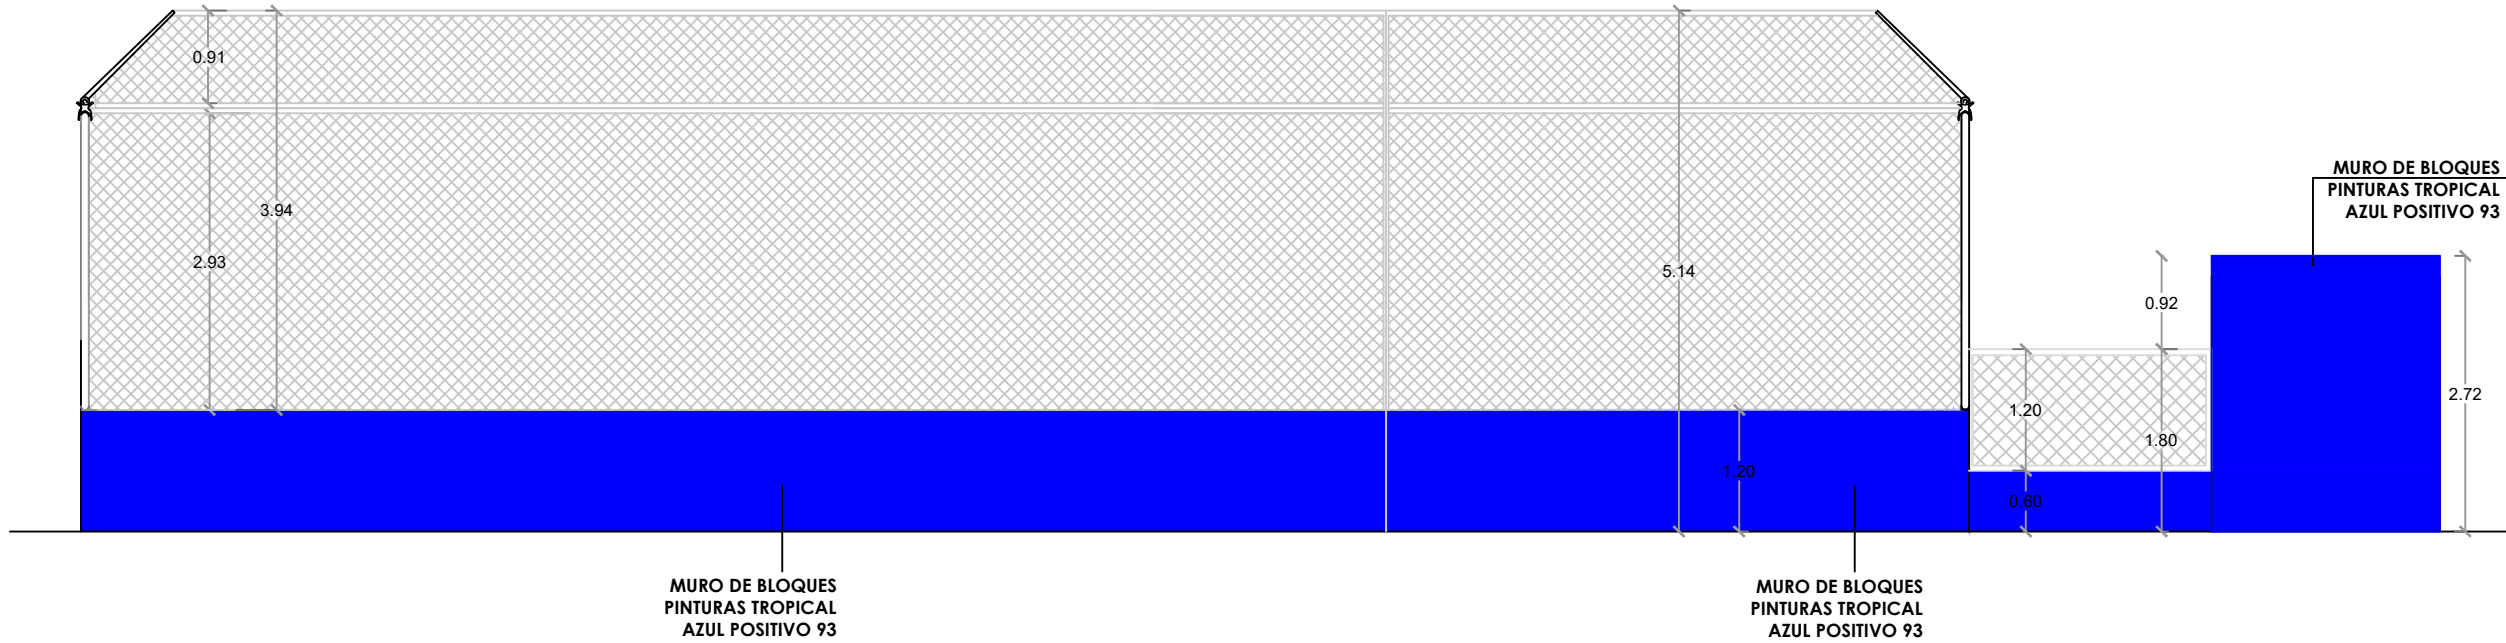


1
00 ELEVACIÓN 1 - GRADAS
ESC. 1:75

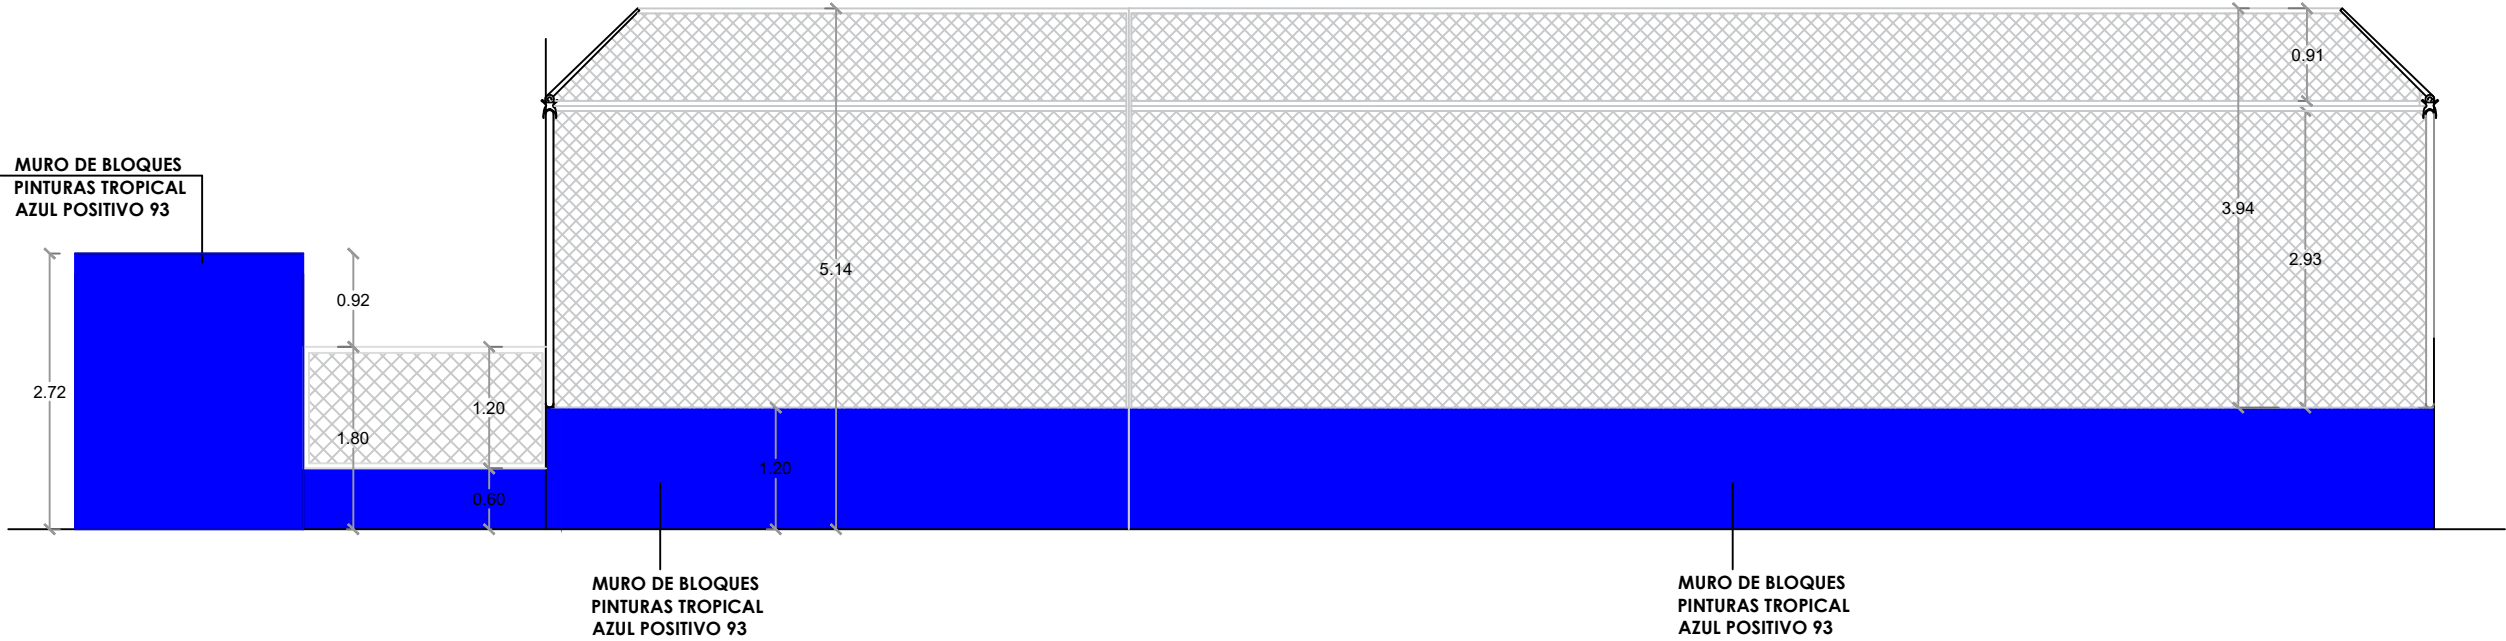


1
00 ELEVACIÓN 2 - GRADAS
ESC. 1:75

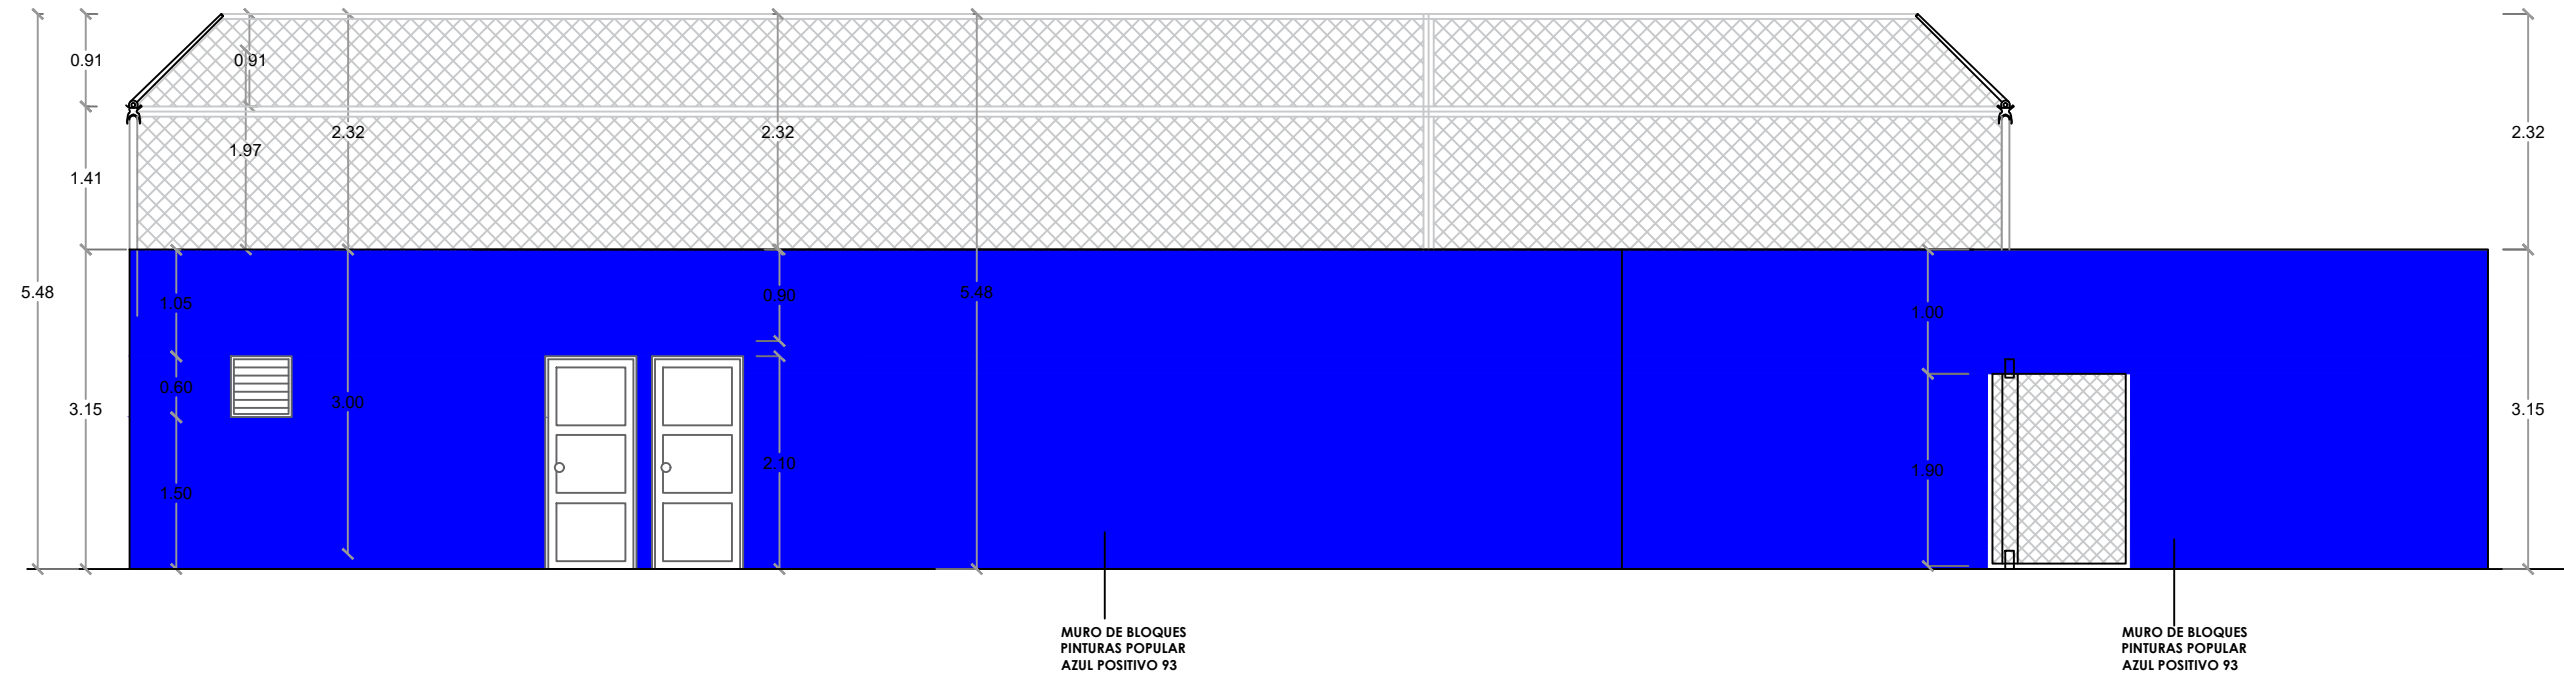

ELEVACIÓN 3 - GRADAS
ESC. 1:75

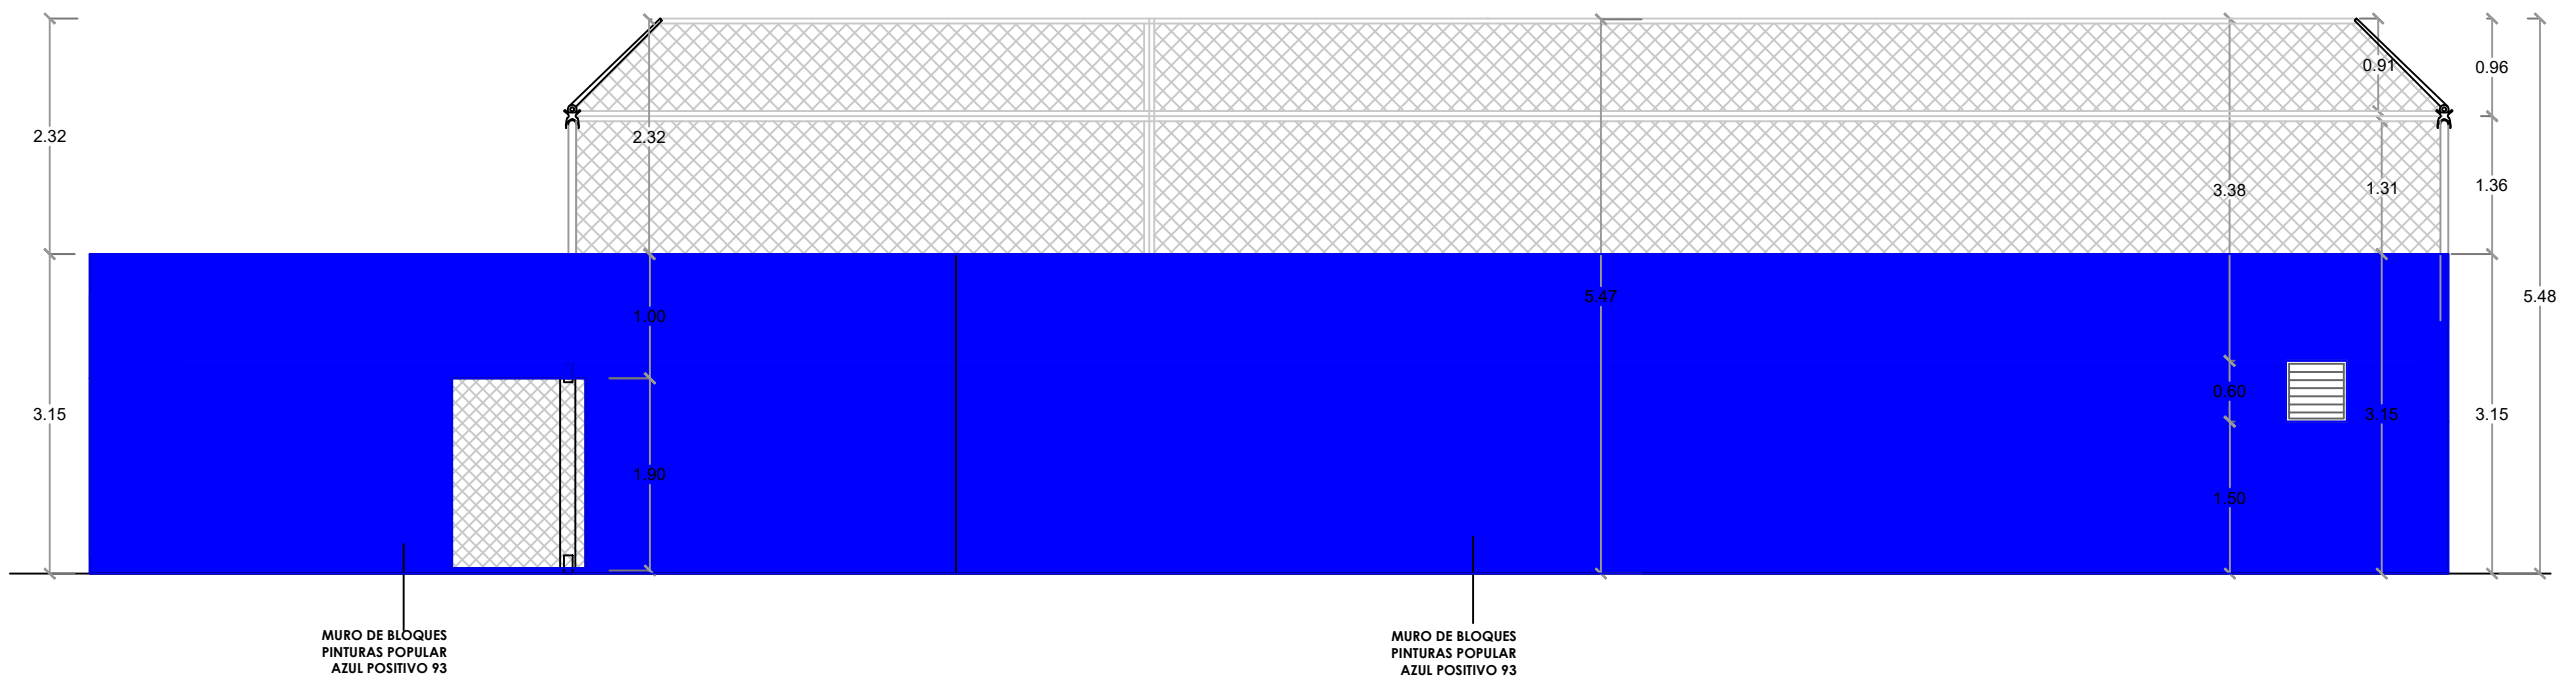

ELEVACIÓN 4 - GRADAS
ESC. 1:75

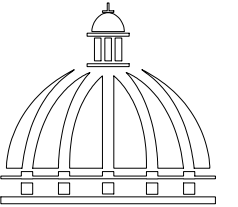

GOBIERNO DE LA
REPÚBLICA DOMINICANA

DIRECCION DE DESARROLLO
PROVINCIAL
DDP

Ave. Dr. Delgado, Esq. Moisés García,
Gazcue, Sto. Dgo., R.D.
TEL.: (809)-364-2189 | FAX.: (809)- 688-1665
E-Mail: info@cpadp.gob.do

PROYECTO:

CONSTRUCCIÓN CAMPO DE BÉISBOL
ENRIQUILLO, MUNICIPIO ENRIQUILLO,
PROVINCIA BARAHONA

EQUIPO DE TRABAJO:

DISEÑO ARQUITECTÓNICO
ARQ.

codia 00000

ENC. INGENIERÍA

ING. FIOR DALIZA BONIFACIO

codia 00000

ESTRUCTURAL

ING. Leopoldo Berroa

codia 00000

ELÉCTRICO

ING. Juan Pérez

codia 00000

HIDRO-SANITARIO

ING. Francis Estévez

codia 00000

SELLO DE APROBACIÓN:

FECHA:

CONTENIDO:

PLANTA ARQUITECTÓNICA


ESCALA:

1:75

SEPTIEMBRE 2026

NO. PÁGINA:

031

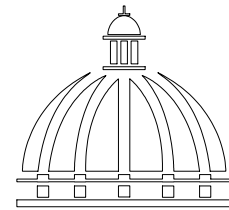

GOBIERNO DE LA
REPÚBLICA DOMINICANA

DIRECCION DE DESARROLLO
PROVINCIAL
DDP

Ave. Dr. Delgado, Esq. Moises García,
Gazcue, Sto. Dgo., R.D.
TEL.: (809)-364-2189 | FAX.: (809)- 688-1665
E-Mail: info@cpadp.gob.do

PROYECTO:

CONSTRUCCIÓN CAMPO DE BÉISBOL
ENRIQUILLO, MUNICIPIO ENRIQUILLO,
PROVINCIA BARAHONA

EQUIPO DE TRABAJO:

DISEÑO ARQUITECTÓNICO
ARQ.

codia 00000

ENC. INGENIERÍA

ING. FIOR DALIZA BONIFACIO

codia 00000

ESTRUCTURAL

ING. Leopoldo Berroa

codia 00000

ELÉCTRICO

ING. Juan Pérez

codia 00000

HIDRO-SANITARIO

ING. Francis Estévez

codia 00000

SELLO DE APROBACIÓN:

FECHA:

CONTENIDO:

PLANTA ARQUITECTÓNICA


ESCALA:

1:75

SEPTIEMBRE 026


NO. PÁGINA:

032

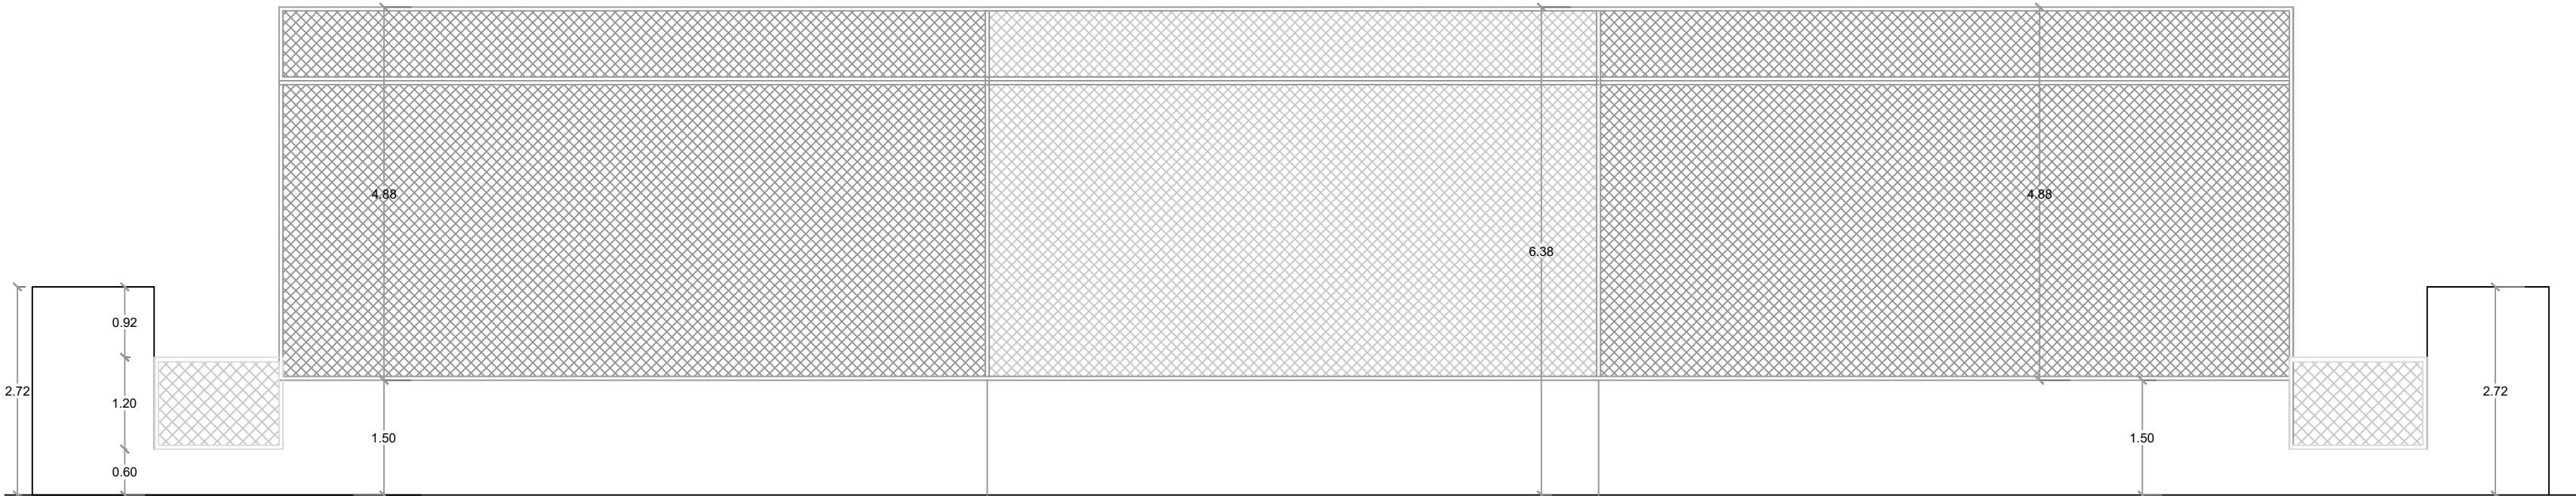

ELEVACIÓN OBLICUA 1

ESC. 1:100

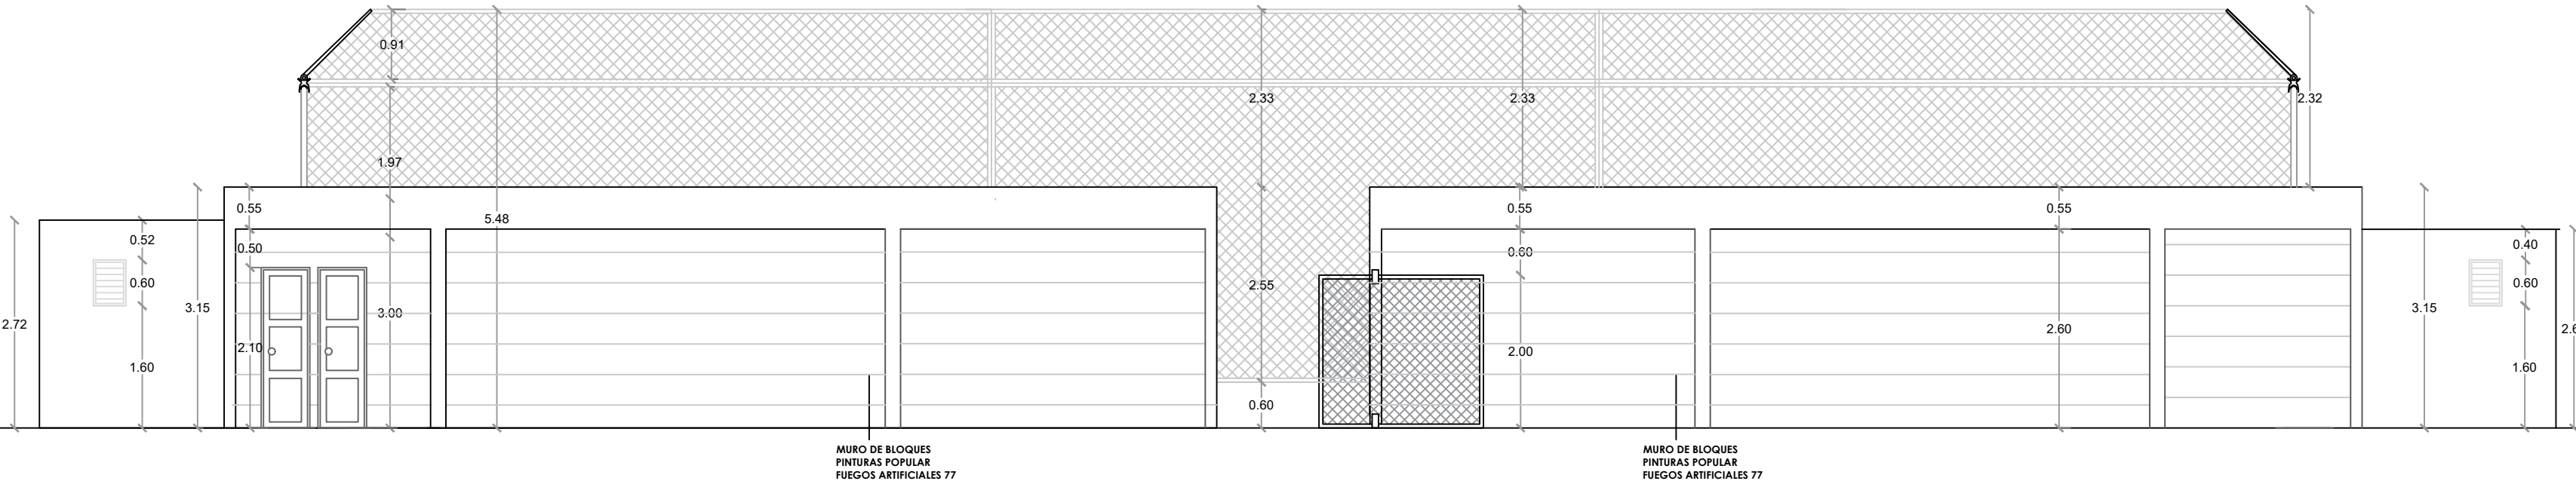

MURO DE BLOQUES
PINTURAS POPULAR
FUEGOS ARTIFICIALES 77

MURO DE BLOQUES
PINTURAS POPULAR
FUEGOS ARTIFICIALES 77





ELEVACIÓN OBLICUA 2

ESC. 1:100



PLANTA ARQUITECTÓNICA

ESC. 1:75

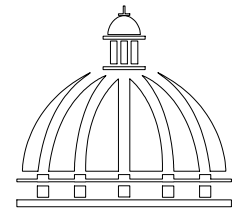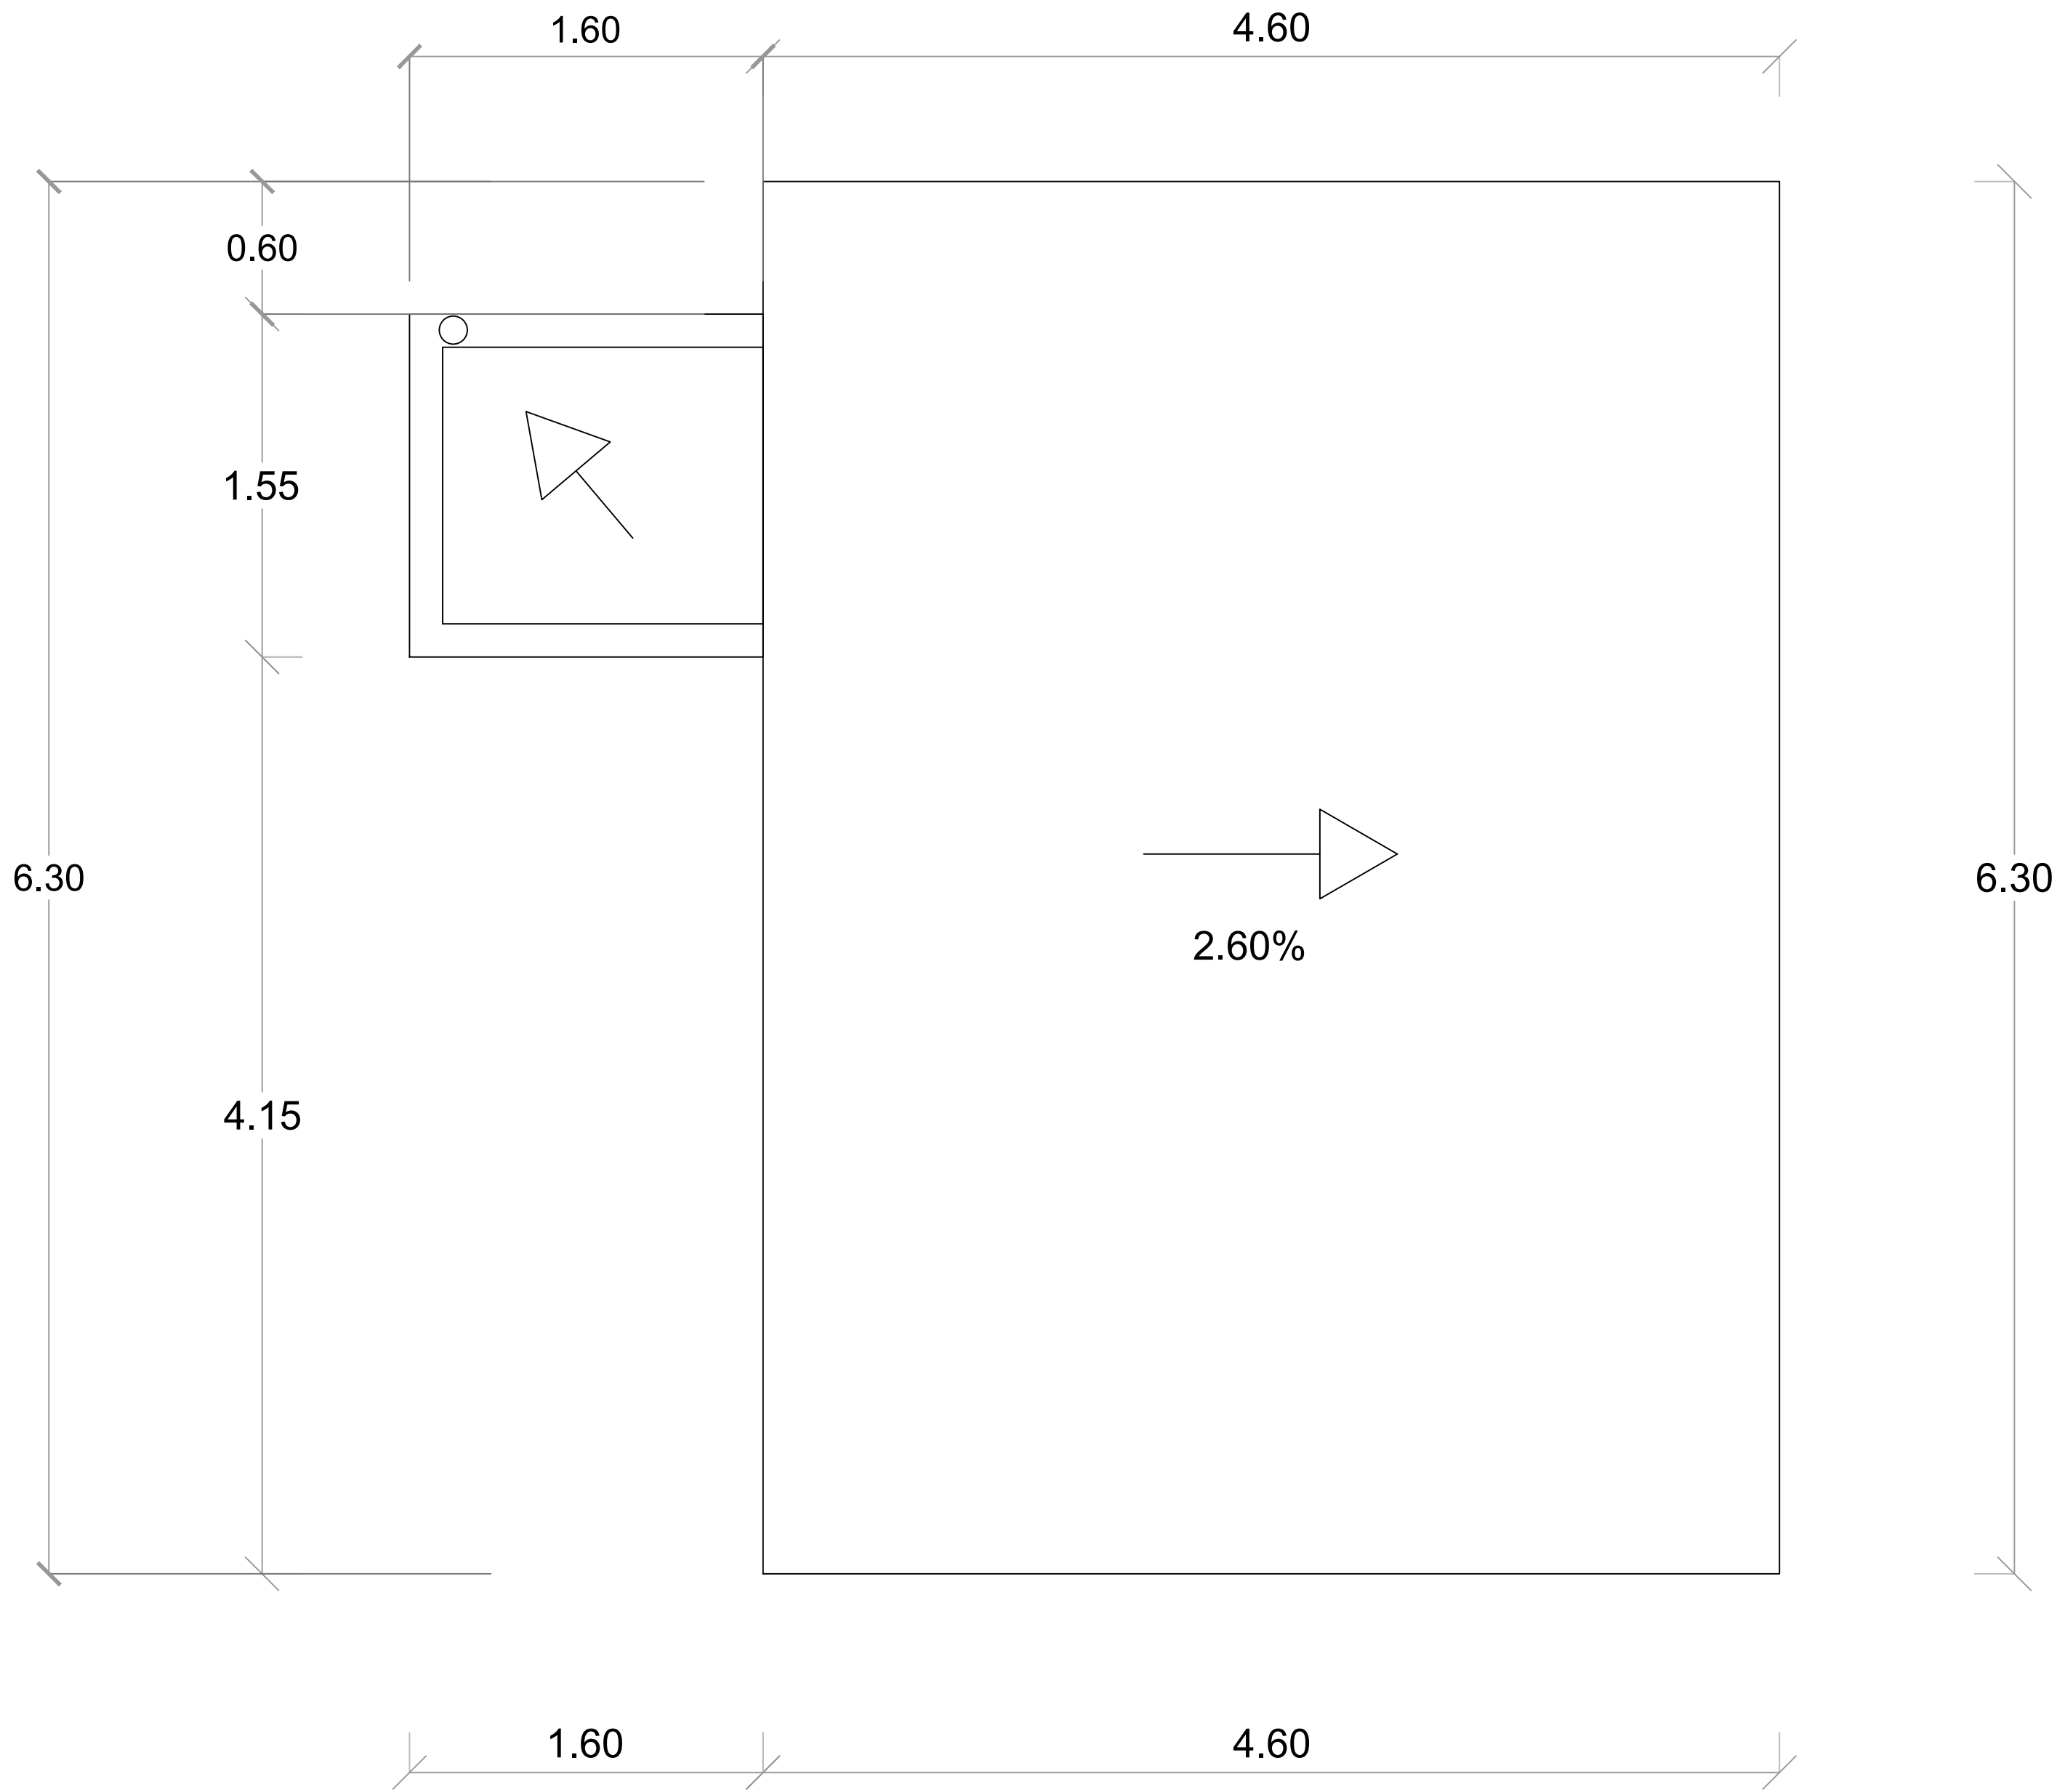

GOBIERNO DE LA
REPÚBLICA DOMINICANA

DIRECCION DE DESARROLLO
PROVINCIAL
DDP

Ave. Dr. Delgado, Esq. Moisés García,
Gazcue, Sto. Dgo., R.D.
TEL.: (809)-364-2189 | FAX.: (809)- 688-1665
E-Mail: info@cpadp.gob.do

PROYECTO:

CONSTRUCCIÓN CAMPO DE BÉISBOL
ENRIQUILLO, MUNICIPIO ENRIQUILLO,
PROVINCIA BARAHONA

EQUIPO DE TRABAJO:

DISEÑO ARQUITECTÓNICO
ARQ.

codia 00000

ENC. INGENIERÍA

ING. FIOR DALIZA BONIFACIO

codia 00000

ESTRUCTURAL

ING. Leopoldo Berroa

codia 00000

ELÉCTRICO

ING. Juan Pérez

codia 00000

HIDRO-SANITARIO

ING. Francis Estévez

codia 00000

SELLO DE APROBACIÓN:

FECHA:

CONTENIDO:

PLANTA ARQUITECTÓNICA
DE TECHO- CAFETERIA

ESCALA:

1:25

SEPTIEMBRE 2026

NO. PÁGINA:

033

PROYECTO:
**CONSTRUCCIÓN CAMPO DE BÉISBOL
ENRIQUILLO, MUNICIPIO ENRIQUILLO,
PROVINCIA BARAHONA**

EQUIPO DE TRABAJO:
DISEÑO ARQUITECTÓNICO
ARQ. _____
codia 00000 _____

ENC. INGENIERÍA
ING. FIOR DALIZA BONIFACIO
codia 00000 _____

ESTRUCTURAL
ING. Leopoldo Berroa
codia 00000 _____

ELÉCTRICO
ING. Juan Pérez
codia 00000 _____

HIDRO-SANITARIO
ING. Francis Estévez
codia 00000 _____

SELLO DE APROBACIÓN:


FECHA: _____

CONTENIDO:
**PLANTA ARQUITECTÓNICA
CAFETERÍA**



ESCALA:
1:25

SEPTIEMBRE 2026

NO. PÁGINA:
034

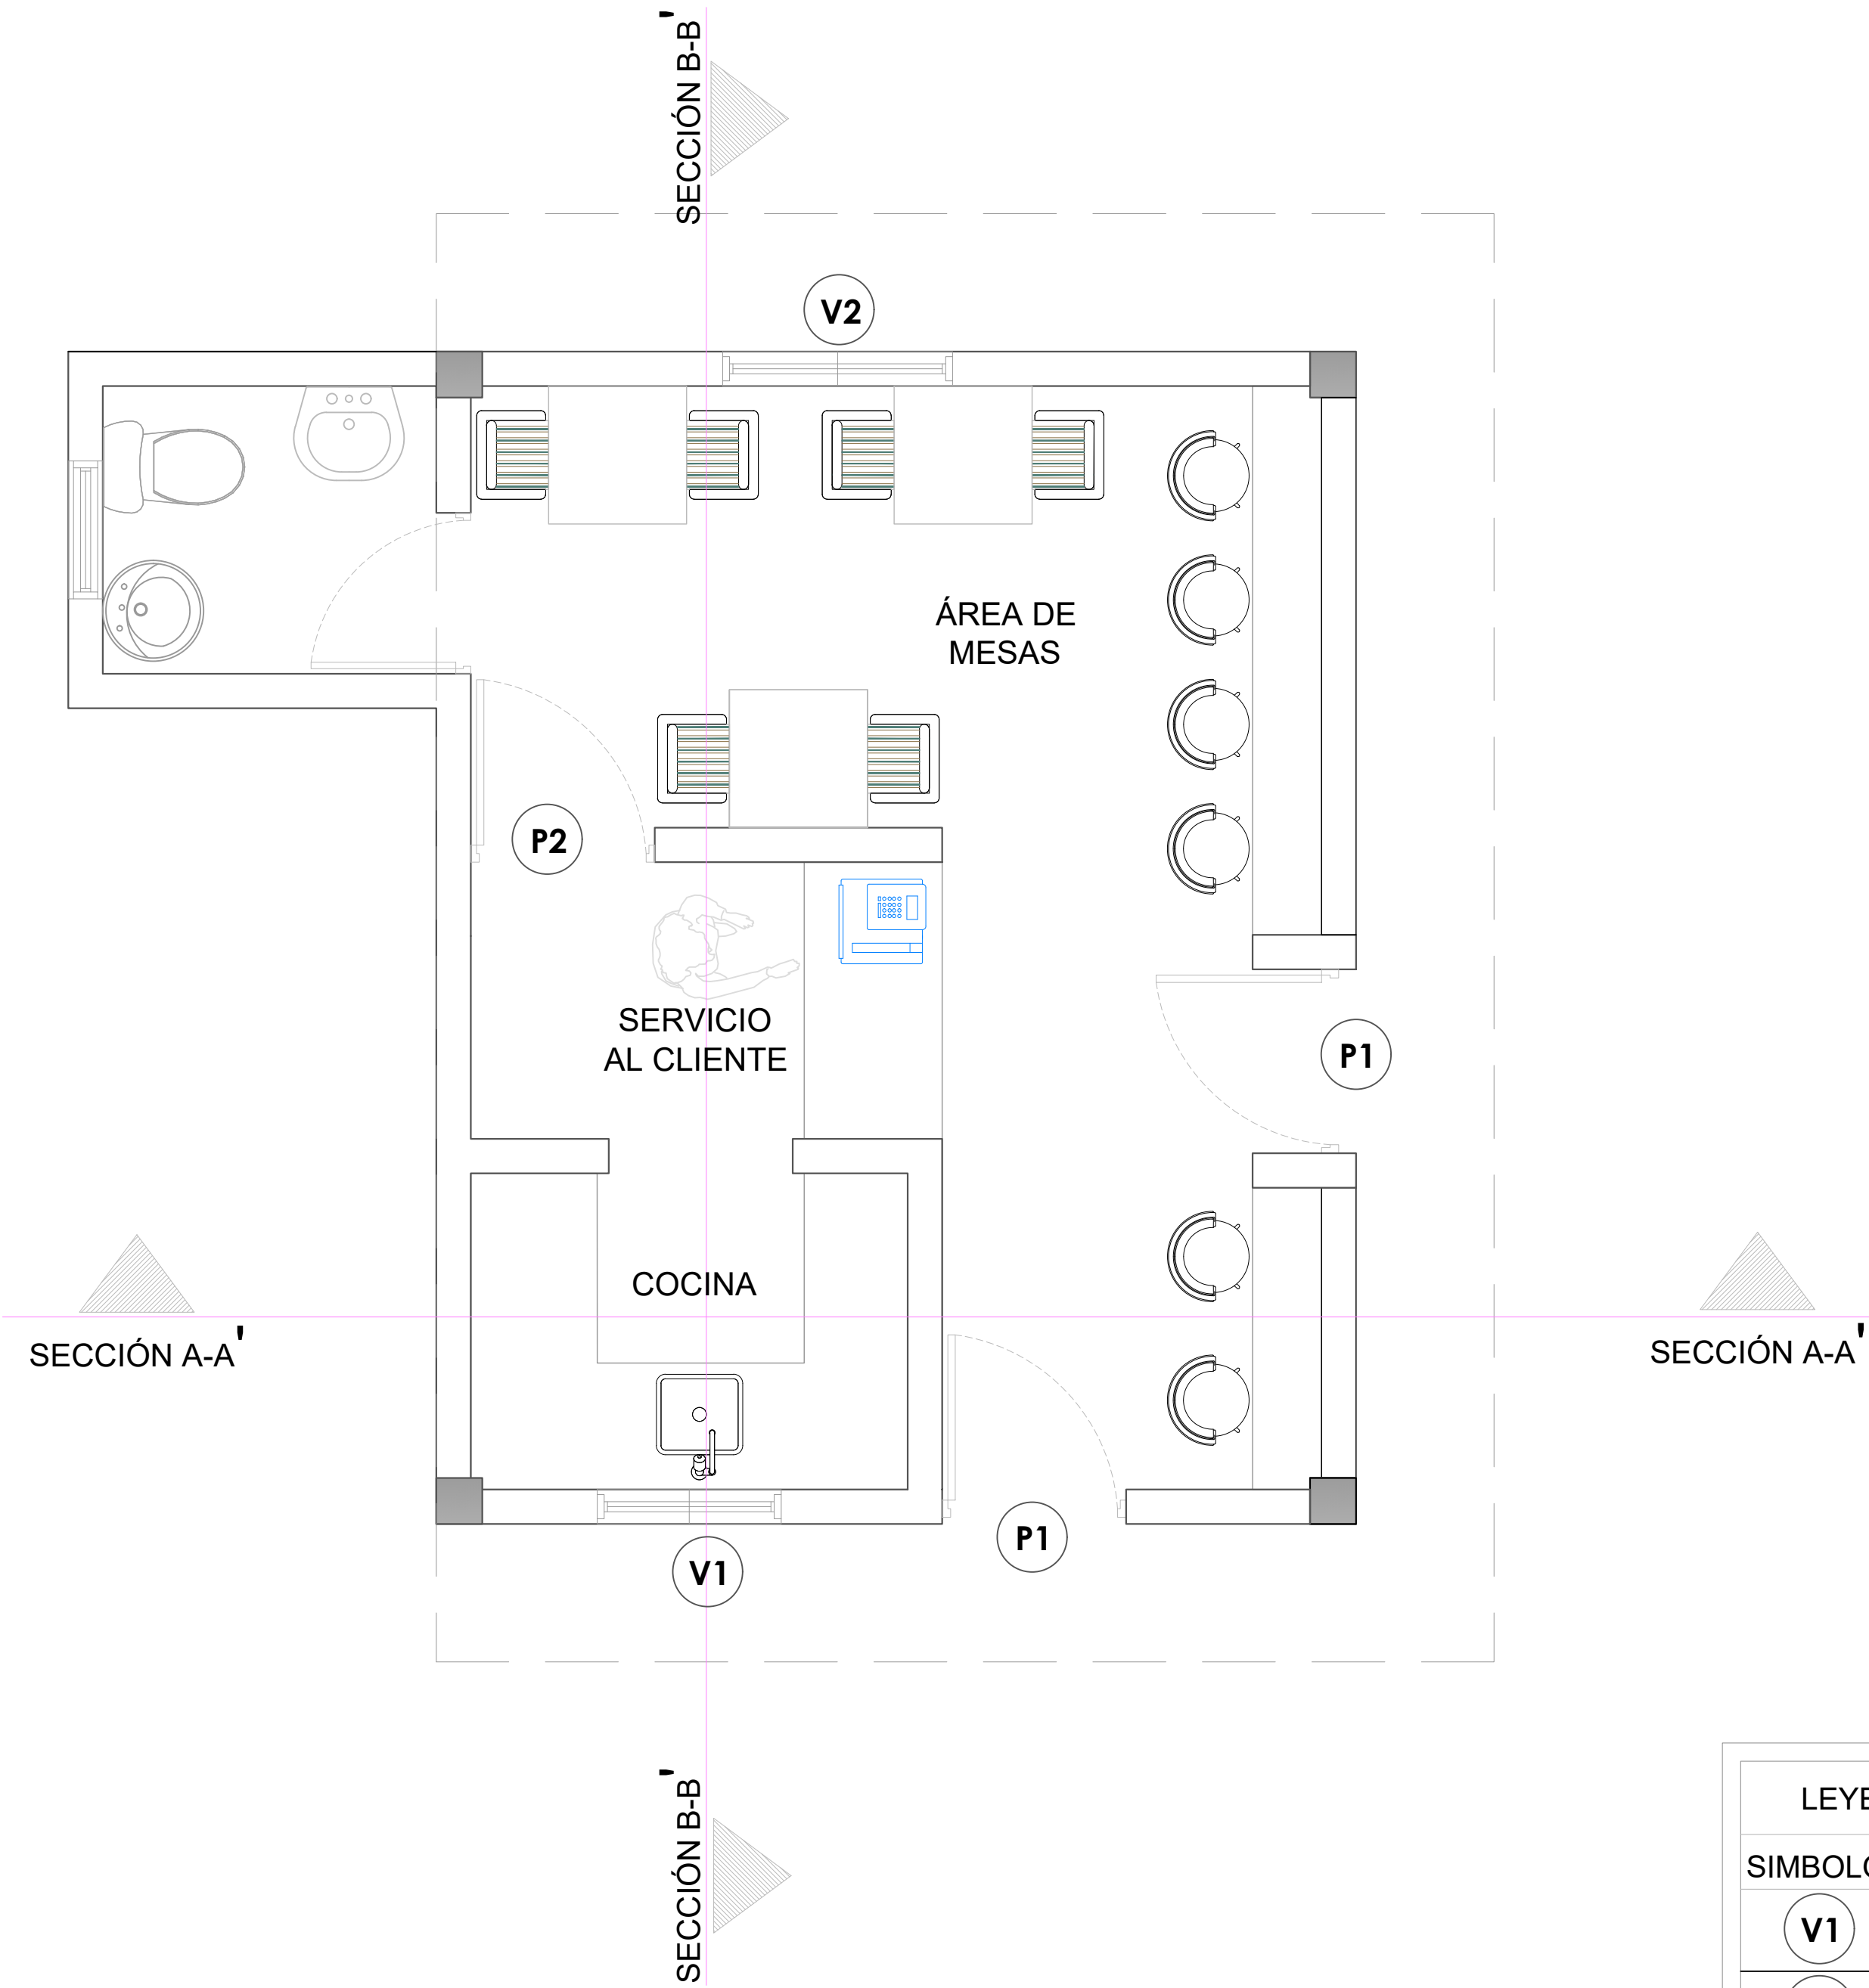

LEYENDA DE PUERTAS Y VENTANAS		
SIMBOLO	DESCRIPCION	CANTIDAD
V1	VENTANA DE CELOSIA METALICA Dim= 0.80m X 1.10m	1
V2	VENTANA DE CELOSIA METALICA Dim= 1.00m X 1.10m	1
P1	PUERTA COMERCIAL VIDRIO Y ALUMINIO Dim= 0.80 m X 2.10 m	2
P2	PUERTA POLIMETALICA Dim= 0.80 m X 2.10 m	1

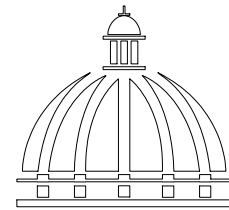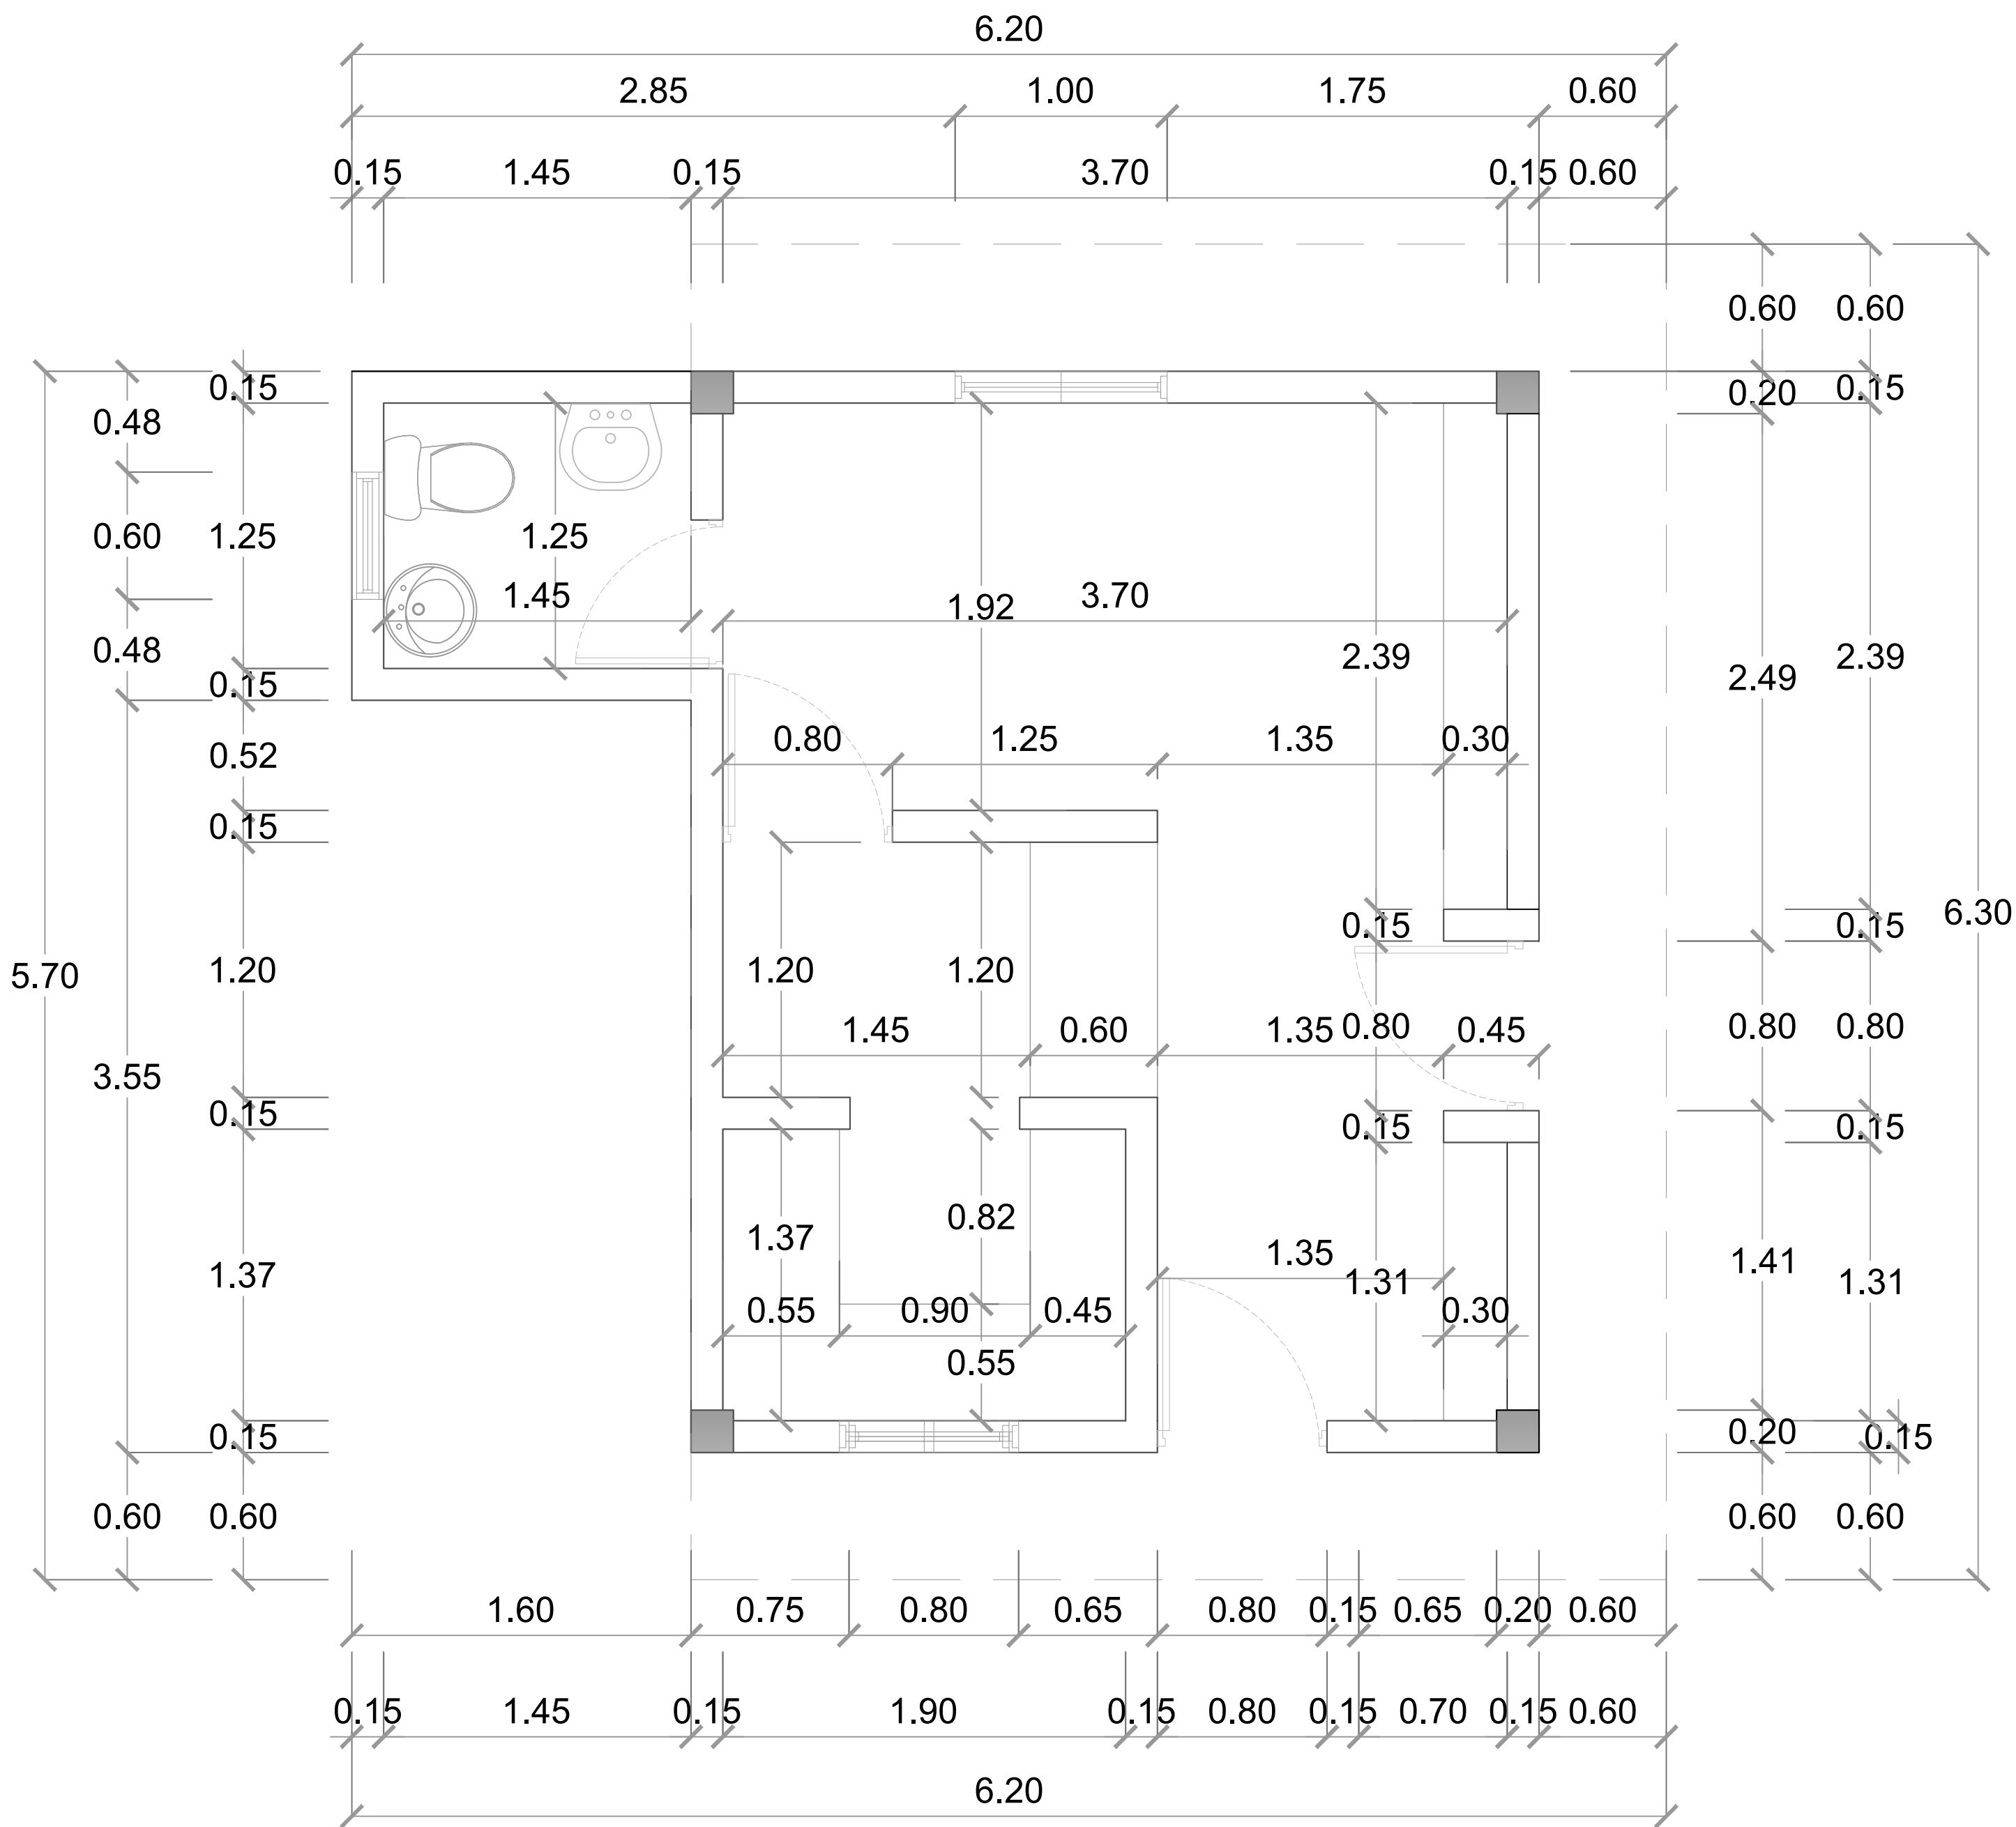

GOBIERNO DE LA
REPÚBLICA DOMINICANA

DIRECCION DE DESARROLLO
PROVINCIAL
DDP

Ave. Dr. Delgado, Esq. Moises García,
Gazcue, Sto. Dgo., R.D.
TEL.: (809)-364-2189 | FAX.: (809)- 688-1665
E-Mail: info@cpadp.gob.do

PROYECTO:

CONSTRUCCIÓN CAMPO DE BÉISBOL
ENRIQUILLO, MUNICIPIO ENRIQUILLO,
PROVINCIA BARAHONA

EQUIPO DE TRABAJO:

DISEÑO ARQUITECTÓNICO
ARQ.

codia 00000

ENC. INGENIERÍA

ING. FIOR DALIZA BONIFACIO
codia 00000

ESTRUCTURAL

ING. Leopoldo Berroa
codia 00000

ELÉCTRICO

ING. Juan Pérez
codia 00000

HIDRO-SANITARIO

ING. Francis Estévez
codia 00000

SELLO DE APROBACIÓN:

FECHA:

CONTENIDO:

PLANTA DIMENSIONADA


ESCALA:

1:25


SEPTIEMBRE 2026

NO. PÁGINA:

035

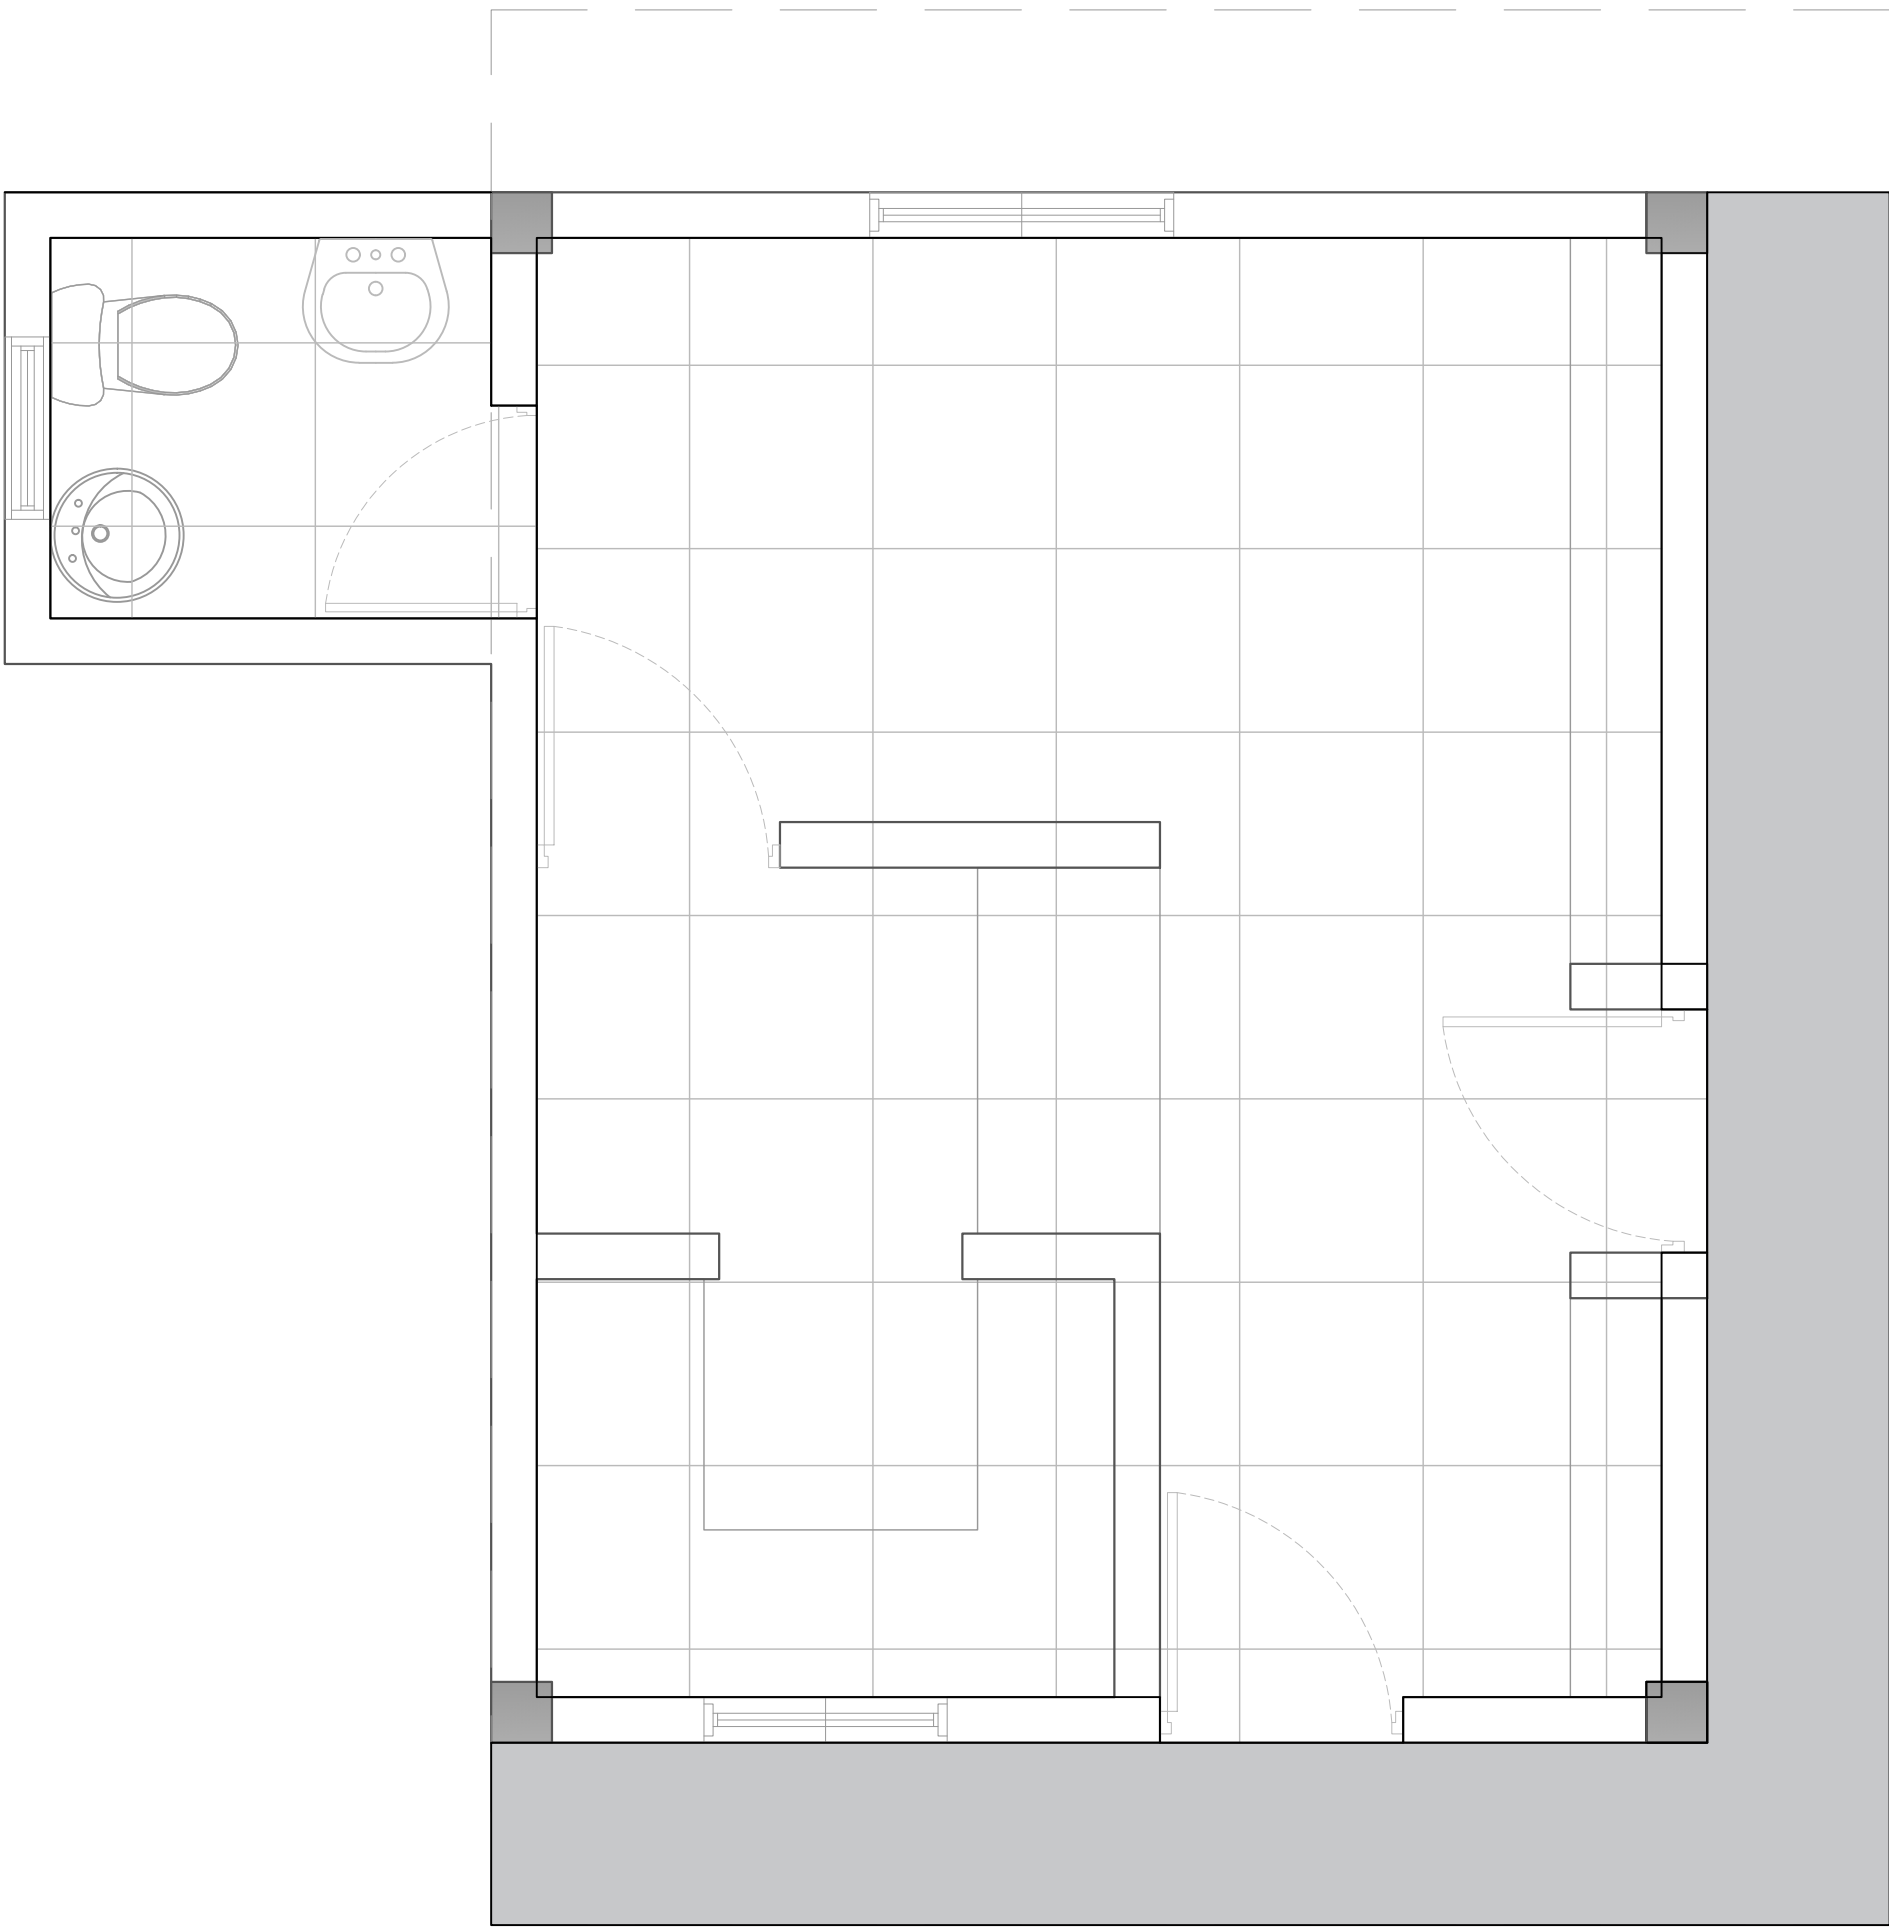

LEYENDA DE PISO		
SIMBOLO	DESCRIPCIÓN	CANTIDAD
	HORMIGÓN	5.82 m2
	PORCELANATO CREMA 0.60 M X 0.60M	20.00 m2

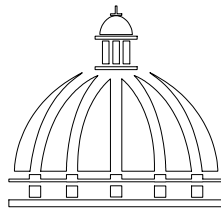

GOBIERNO DE LA
REPÚBLICA DOMINICANA

DIRECCION DE DESARROLLO
PROVINCIAL
DDP

Ave. Dr. Delgado, Esq. Moisés García,
Gazcue, Sto. Dgo., R.D.
TEL.: (809)-364-2189 | FAX.: (809)- 688-1665
E-Mail: info@cpadp.gob.do

PROYECTO:

CONSTRUCCIÓN CAMPO DE BÉISBOL
ENRIQUILLO, MUNICIPIO ENRIQUILLO,
PROVINCIA BARAHONA

EQUIPO DE TRABAJO:

DISEÑO ARQUITECTÓNICO
ARQ.

codia 00000

ENC. INGENIERÍA

ING. FIOR DALIZA BONIFACIO

codia 00000

ESTRUCTURAL

ING. Leopoldo Berroa

codia 00000

ELÉCTRICO

ING. Juan Pérez

codia 00000

HIDRO-SANITARIO

ING. Francis Estévez

codia 00000

SELLO DE APROBACIÓN:

FECHA:

CONTENIDO:

PLANTA ARQUITECTÓNICA
DE PISO- CAFETERIA


ESCALA:

1:25


SEPTIEMBRE 026

NO. PÁGINA:


036

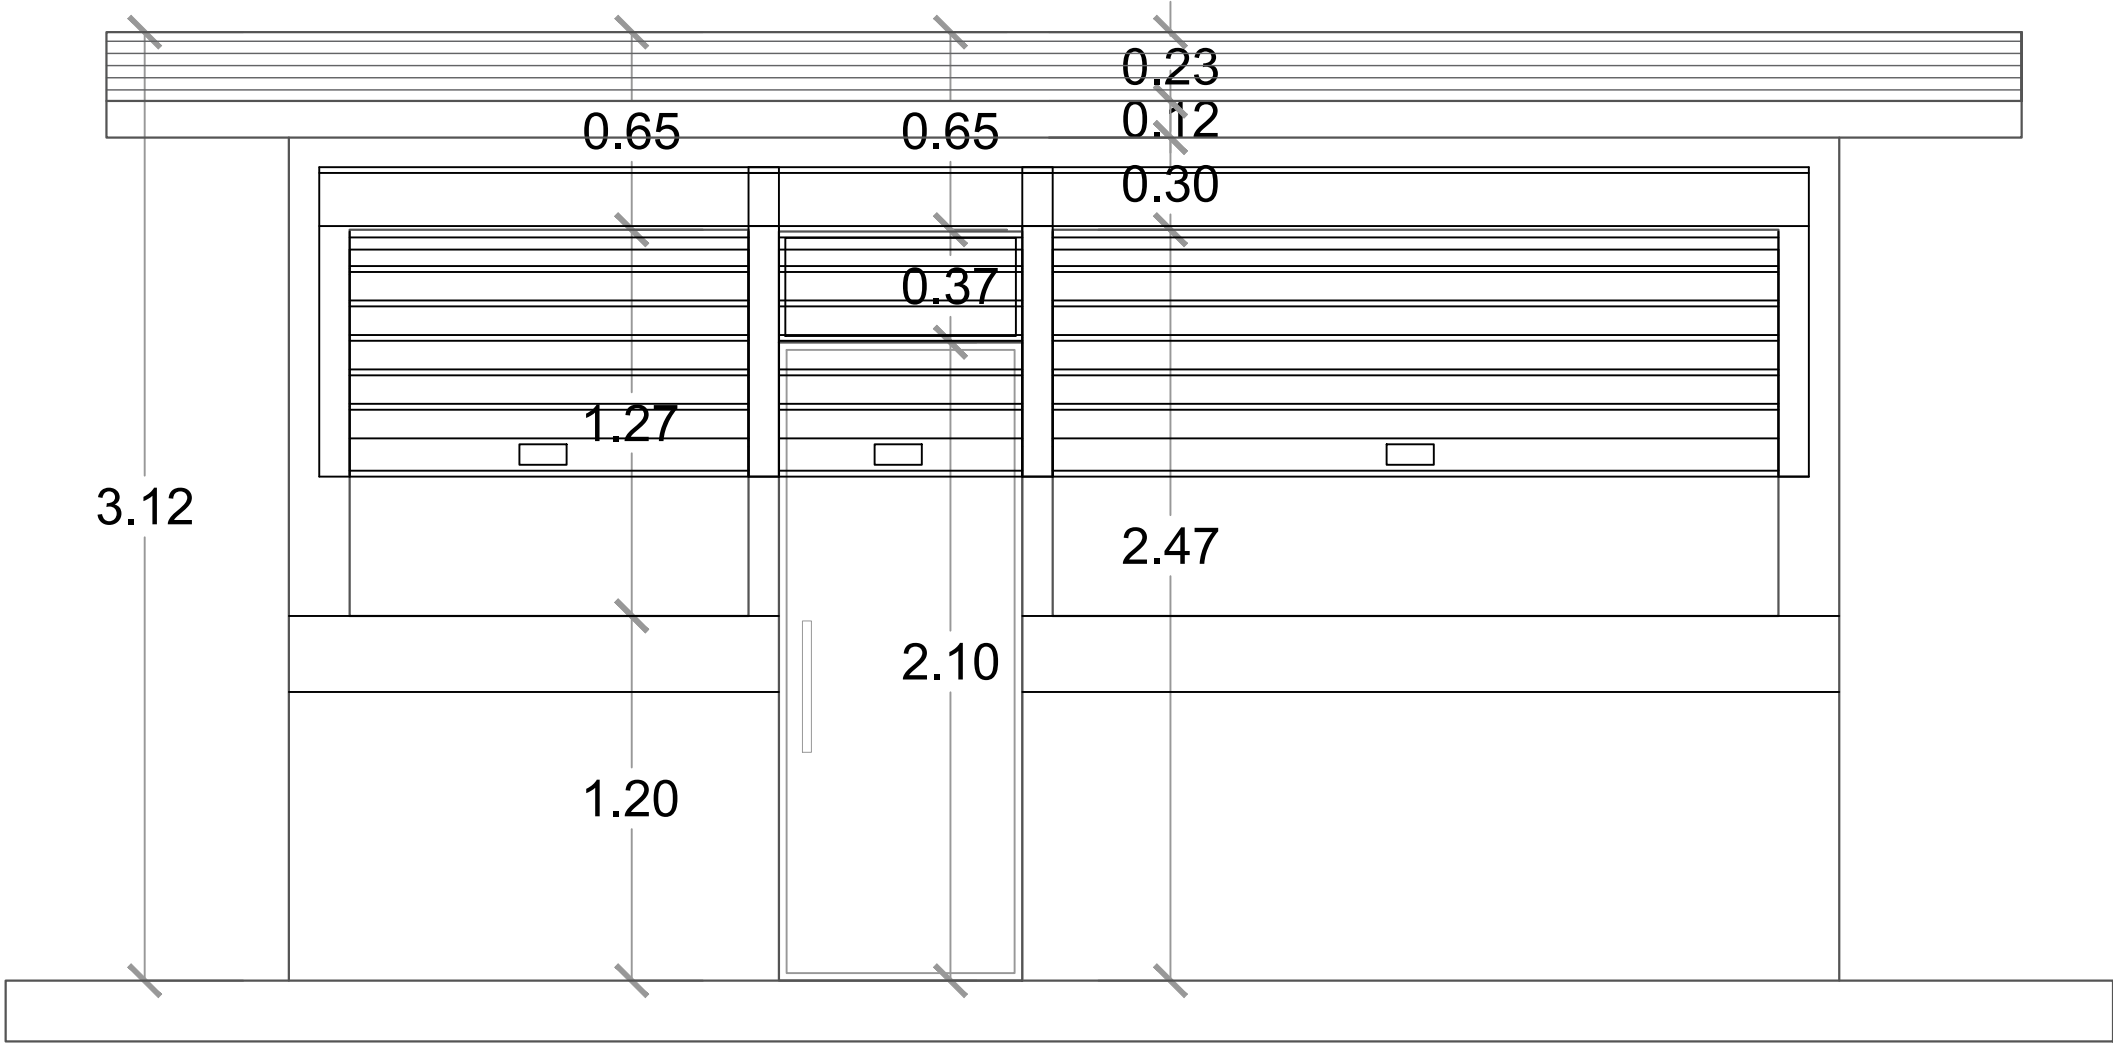

ELEVACIÓN FRONTAL - CAFETERÍA
ESC. 1:20

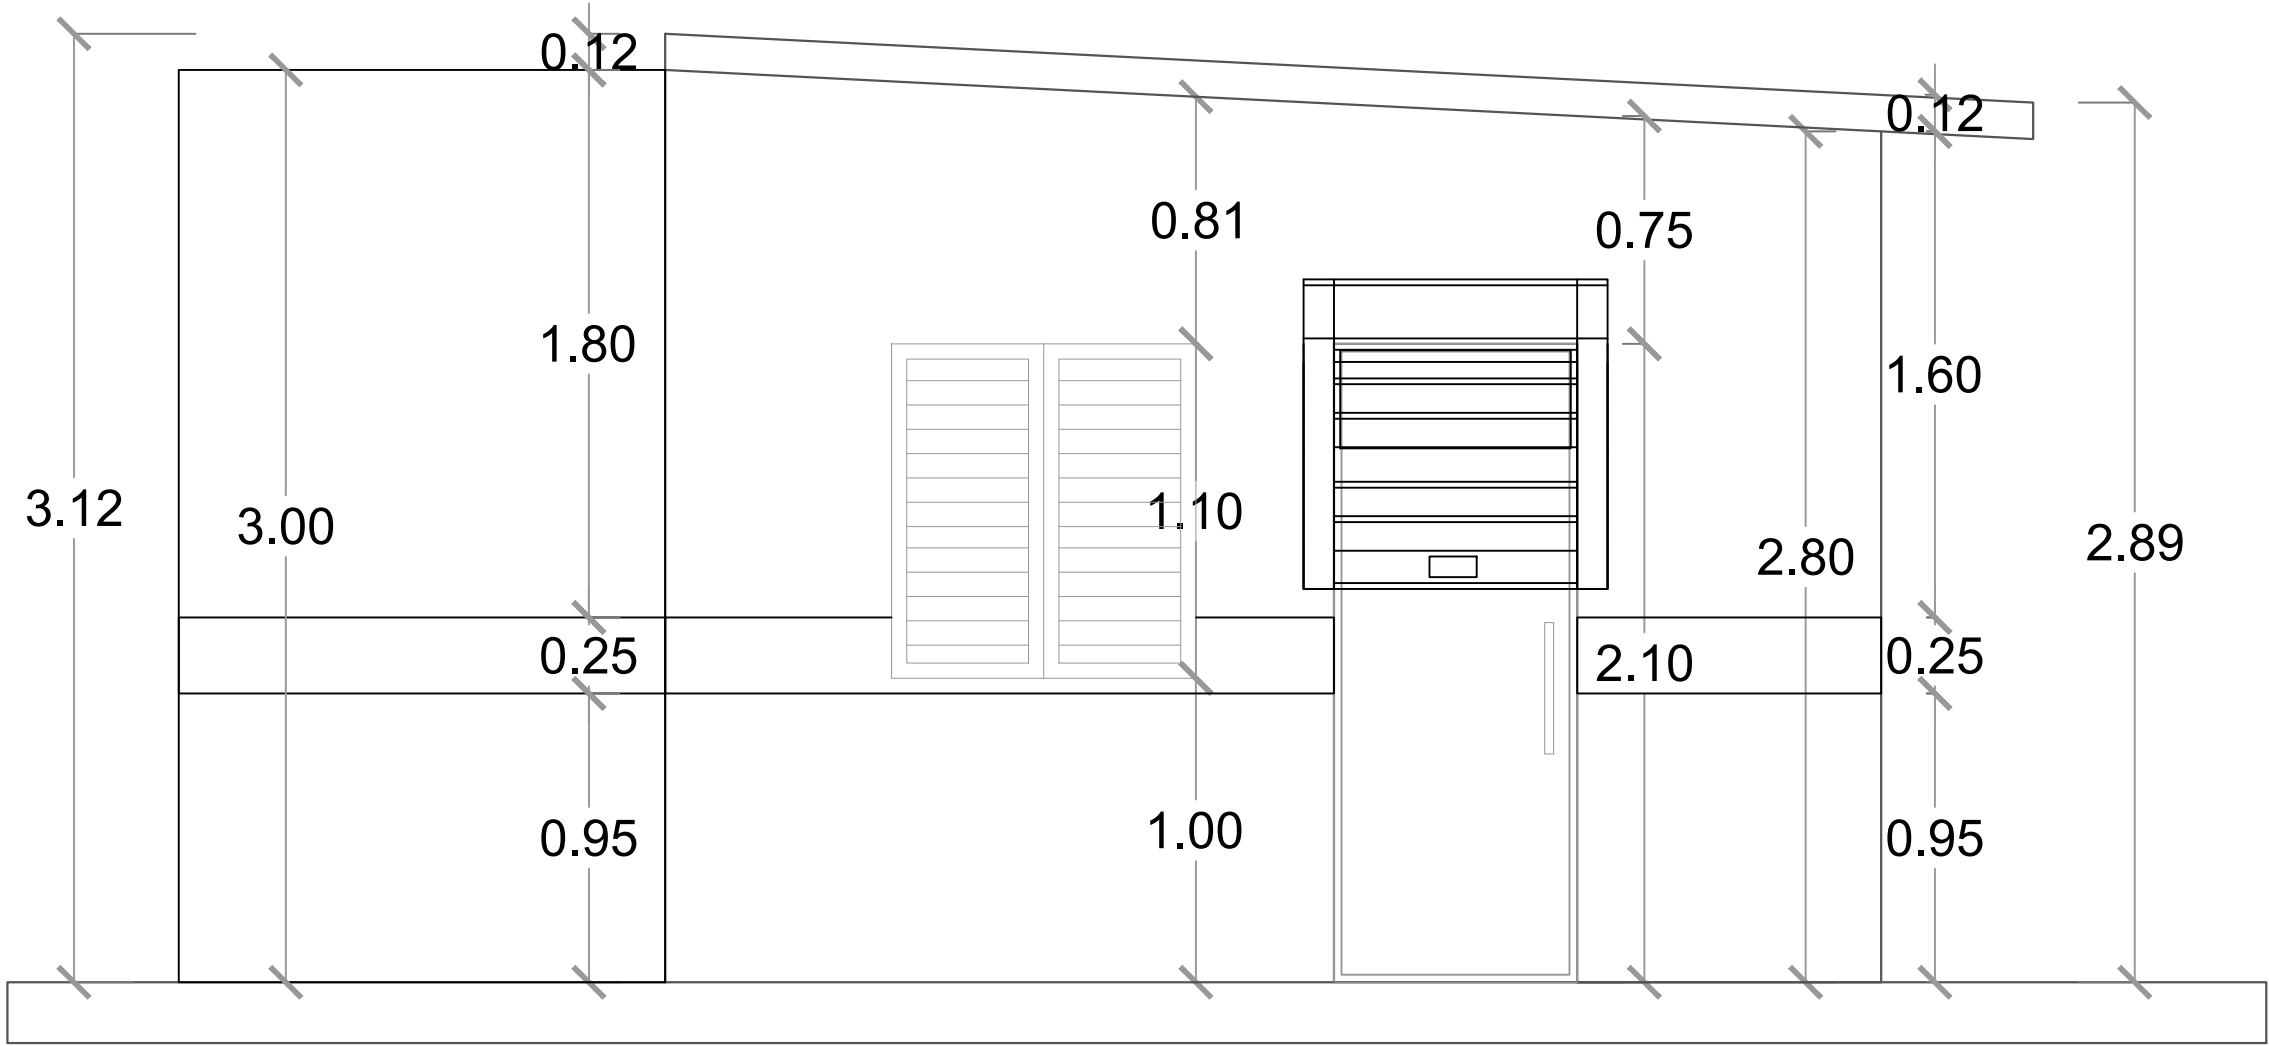

ELEVACIÓN LATERAL DERECHA - CAFETERÍA
ESC. 1:20

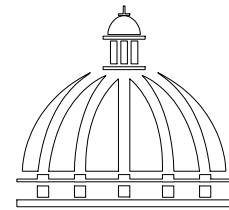

GOBIERNO DE LA
REPÚBLICA DOMINICANA

DIRECCION DE DESARROLLO
PROVINCIAL
DDP

Ave. Dr. Delgado, Esq. Moisés García,
Gazcue, Sto. Dgo., R.D.
TEL.: (809)-364-2189 | FAX.: (809)- 688-1665
E-Mail: info@cpadp.gob.do

PROYECTO:
**CONSTRUCCIÓN CAMPO DE BÉISBOL
ENRIQUILLO, MUNICIPIO ENRIQUILLO,
PROVINCIA BARAHONA**

EQUIPO DE TRABAJO:
DISEÑO ARQUITECTÓNICO
ARQ.
codia 00000

ENC. INGENIERÍA
ING. FIOR DALIZA BONIFACIO
codia 00000

ESTRUCTURAL
ING. Leopoldo Berroa
codia 00000

ELÉCTRICO
ING. Juan Pérez
codia 00000

HIDRO-SANITARIO
ING. Francis Estévez
codia 00000

SELLO DE APROBACIÓN:


FECHA:

CONTENIDO:
ELEVACIONES - CAFETERIA


ESCALA:
1:25

SEPTIEMBRE 2026

NO. PÁGINA:
037

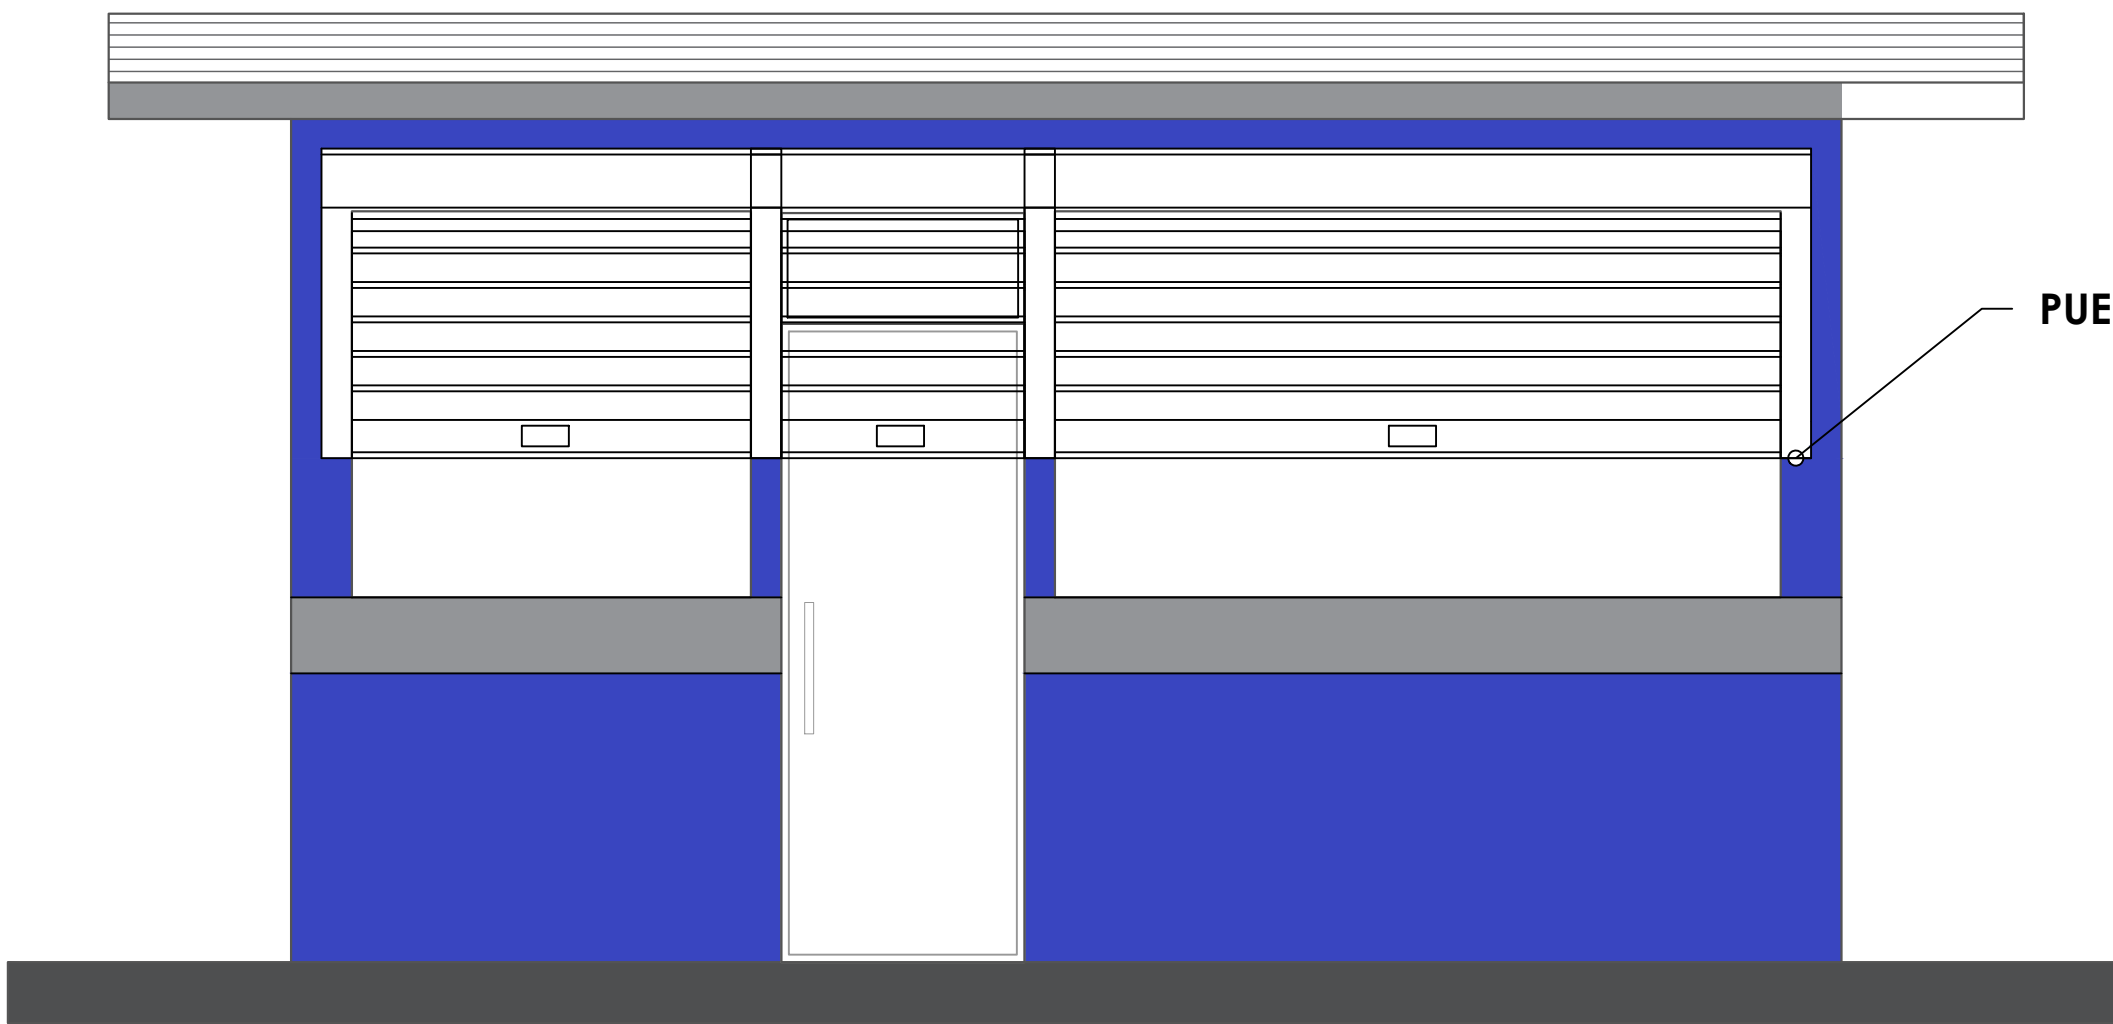


 ELEVACIÓN FRONTAL - CAFETERÍA
ESC. 1:20

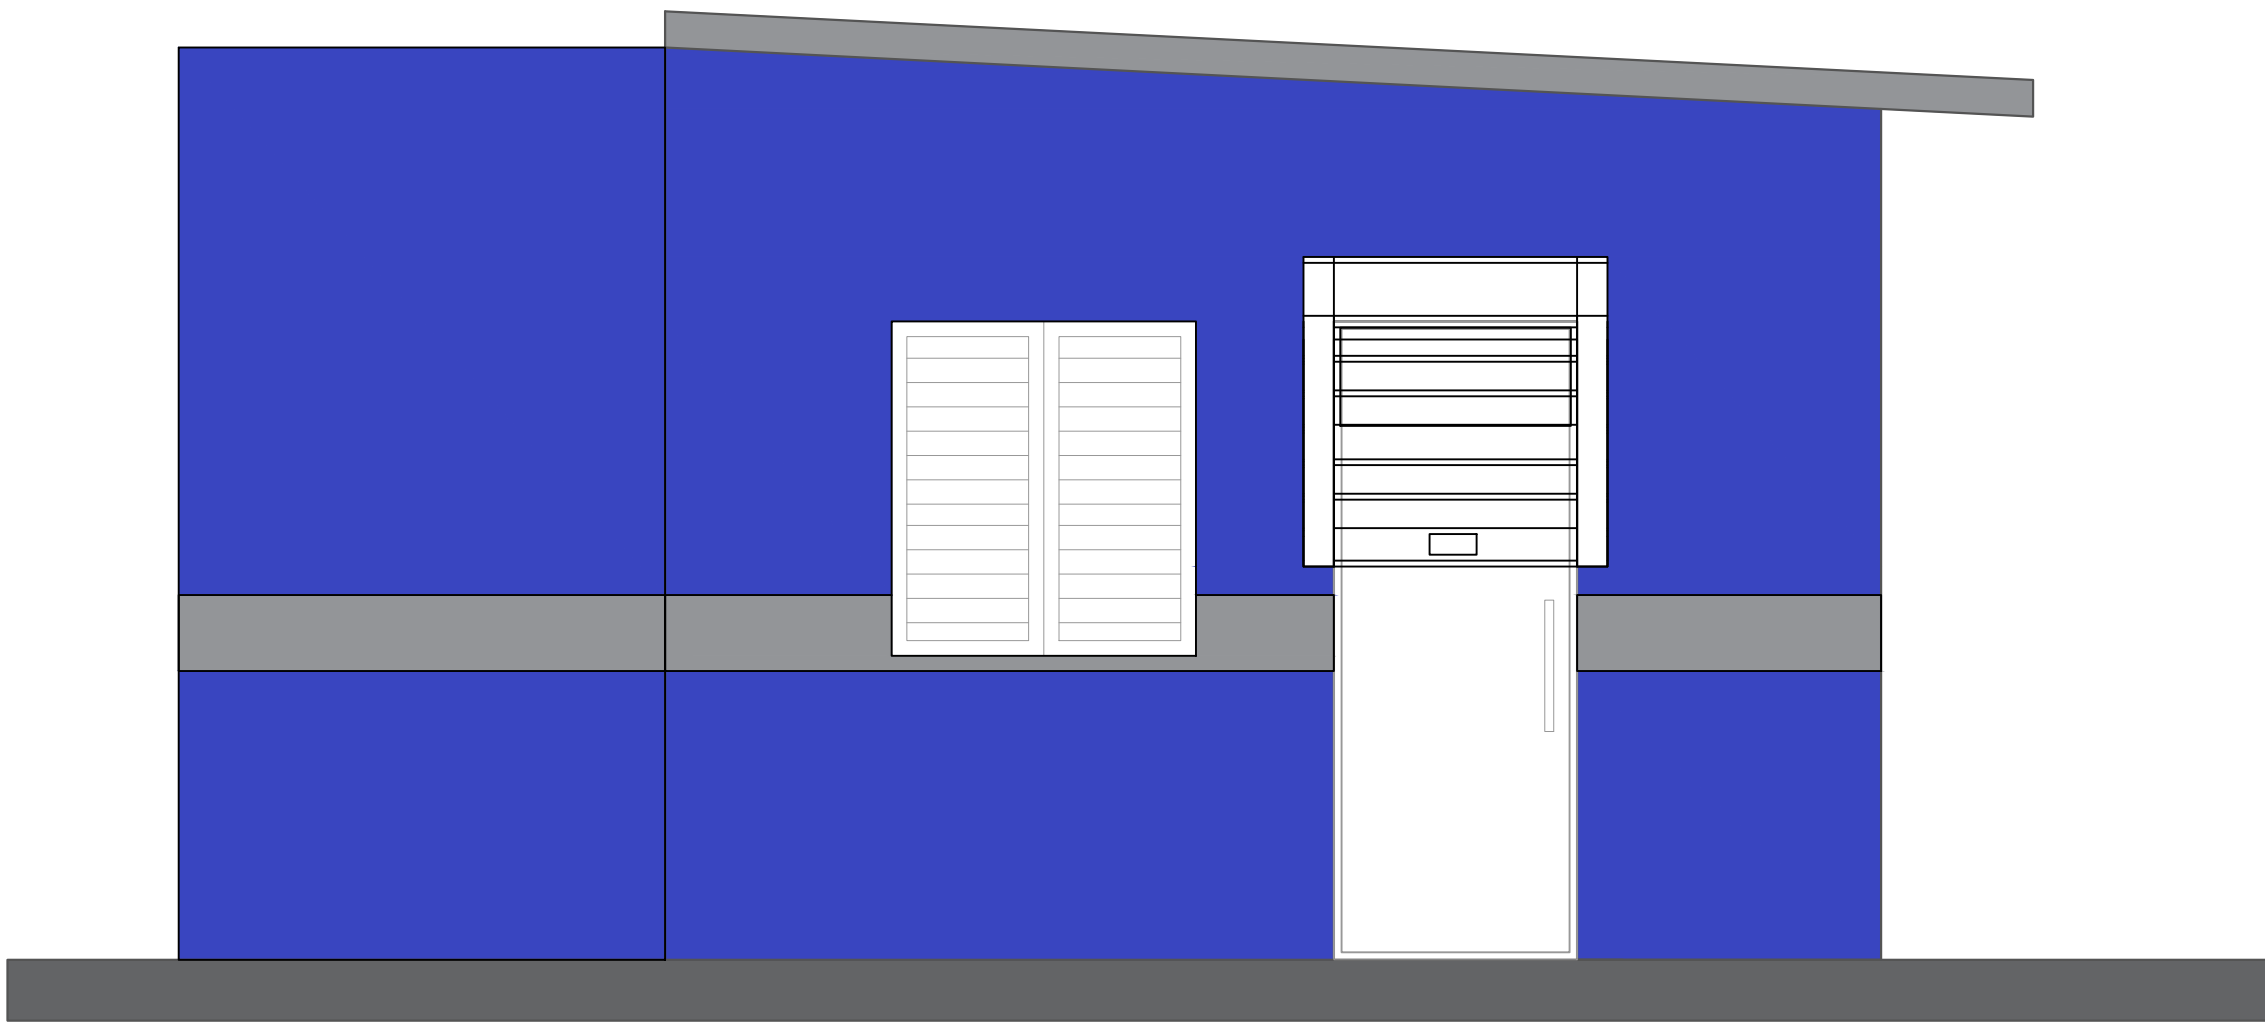

 ELEVACIÓN LATERAL DERECHA - CAFETERÍA
ESC. 1:20

- Nota: Estos colores son una simulación
- Paredes exteriores, azul positivo 93 Pinturas Tropical
 - Techo y interior, Blanco 00 Pinturas Popular
 - Detalles, Gris 59 Pinturas Popular

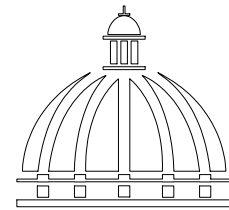

GOBIERNO DE LA
REPÚBLICA DOMINICANA

DIRECCION DE DESARROLLO
PROVINCIAL
DDP

Ave. Dr. Delgado, Esq. Moises García,
Gazcue, Sto. Dgo., R.D.
TEL.: (809)-364-2189 | FAX.: (809)- 688-1665
E-Mail: info@cpadp.gob.do

PROYECTO:

CONSTRUCCIÓN CAMPO DE BÉISBOL
ENRIQUILLO, MUNICIPIO ENRIQUILLO,
PROVINCIA BARAHONA

EQUIPO DE TRABAJO:

DISEÑO ARQUITECTÓNICO
ARQ.

codia 00000

ENC. INGENIERÍA

ING. FIOR DALIZA BONIFACIO

codia 00000

ESTRUCTURAL

ING. Leopoldo Berroa

codia 00000

ELÉCTRICO

ING. Juan Pérez

codia 00000

HIDRO-SANITARIO

ING. Francis Estévez

codia 00000

SELLO DE APROBACIÓN:

FECHA:

CONTENIDO:

ELEVACIONES CON TECNICA
CAFETERIA



ESCALA:

1:25

SEPTIEMBRE 2026



NO. PÁGINA:

038

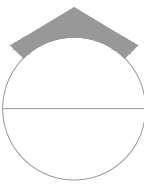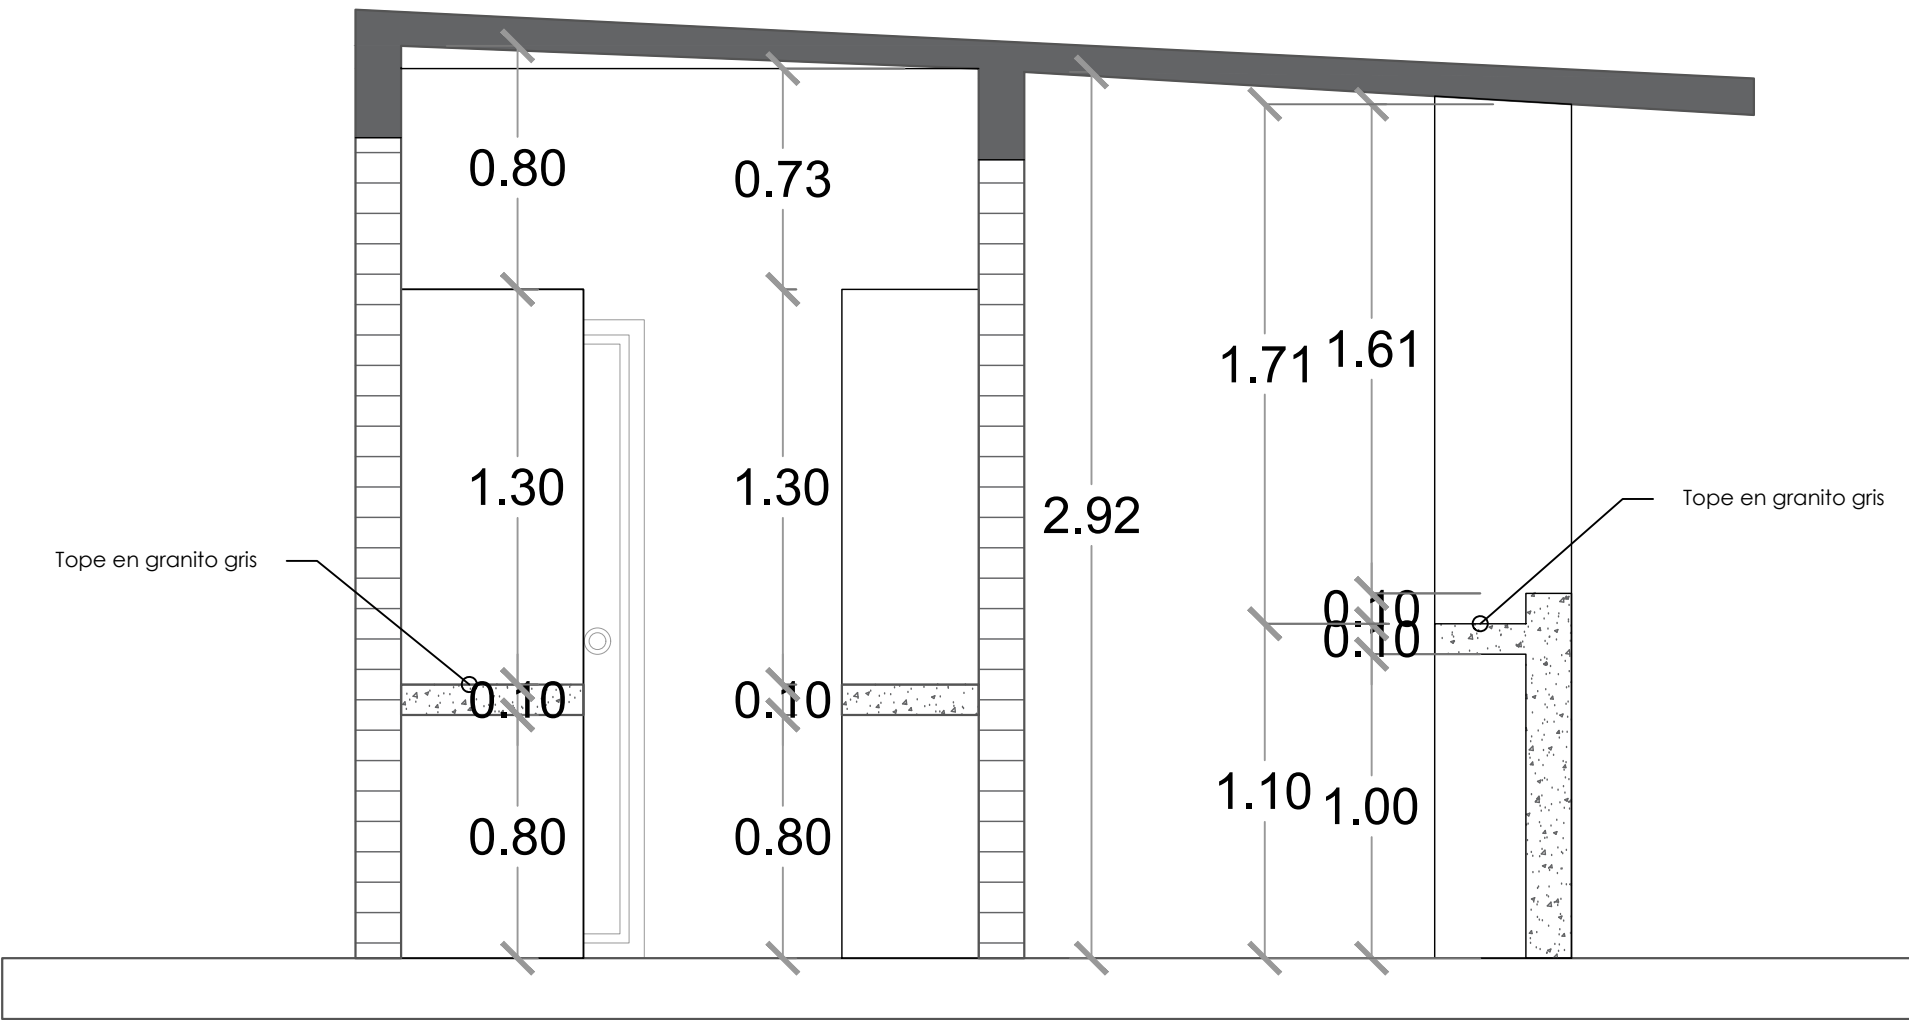


SECCIÓN A-A

ESC. 1:20

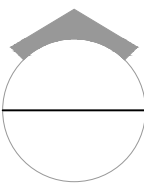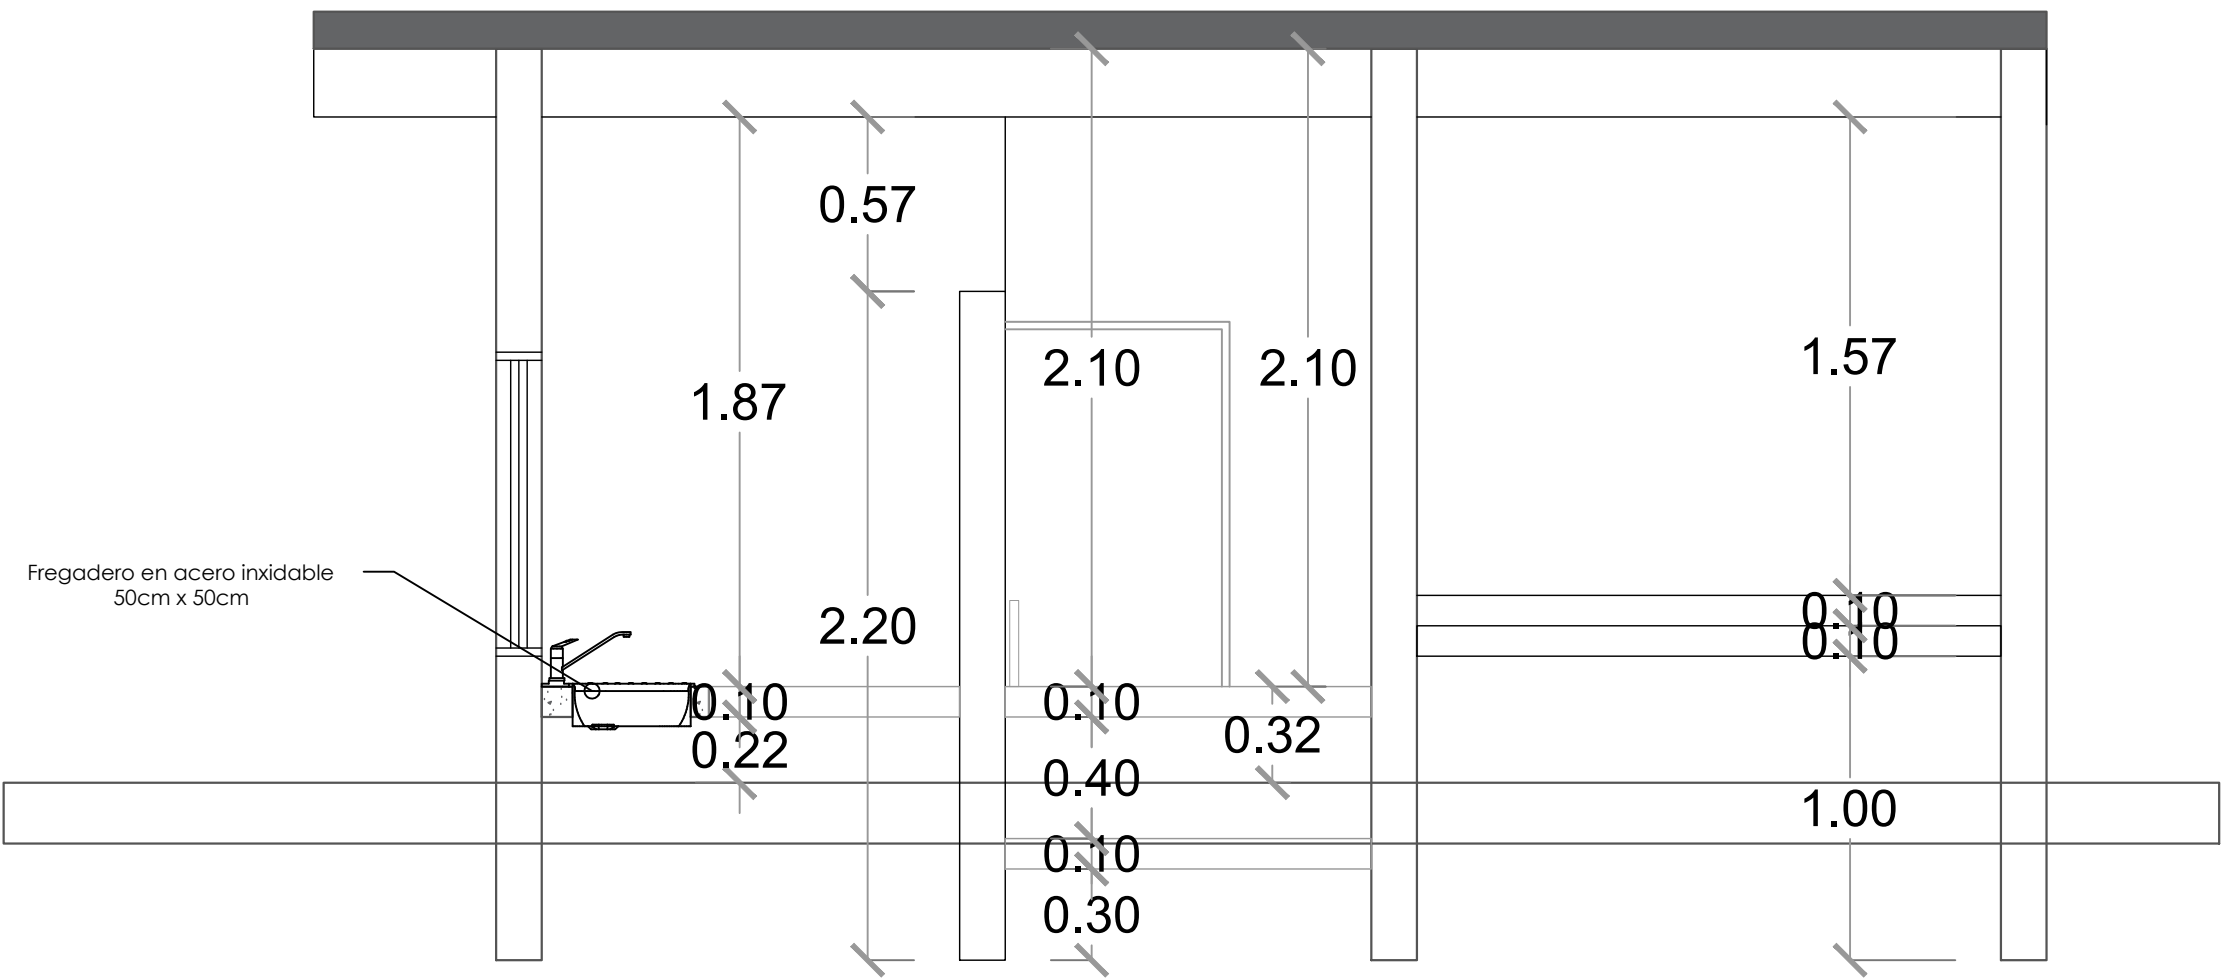

SECCIÓN B-B

ESC. 1:20

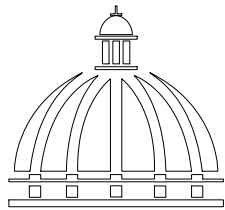

GOBIERNO DE LA
REPÚBLICA DOMINICANA

DIRECCION DE DESARROLLO
PROVINCIAL
DDP

Ave. Dr. Delgado, Esq. Moisés García,
Gazcue, Sto. Dgo., R.D.
TEL.: (809)-364-2189 | FAX.: (809)- 688-1665
E-Mail: info@cpadp.gob.do

PROYECTO:

CONSTRUCCIÓN CAMPO DE BÉISBOL
ENRIQUILLO, MUNICIPIO ENRIQUILLO,
PROVINCIA BARAHONA

EQUIPO DE TRABAJO:

DISEÑO ARQUITECTÓNICO
ARQ.

codia 00000

ENC. INGENIERÍA

ING. FIOR DALIZA BONIFACIO

codia 00000

ESTRUCTURAL

ING. Leopoldo Berroa

codia 00000

ELÉCTRICO

ING. Juan Pérez

codia 00000

HIDRO-SANITARIO

ING. Francis Estévez

codia 00000

SELLO DE APROBACIÓN:

FECHA:

CONTENIDO:

SECCIONES CAFETERIA

ESCALA:

1:25

SEPTIEMBRE 2026

NO. PÁGINA:

039

PROYECTO:

**CONSTRUCCIÓN CAMPO DE BÉISBOL
ENRIQUILLO, MUNICIPIO ENRIQUILLO,
PROVINCIA BARAHONA**

EQUIPO DE TRABAJO:

DISEÑO ARQUITECTÓNICO
ARQ.

codia 00000

ENC. INGENIERÍA
ING. FIOR DALIZA BONIFACIO
codia 00000

ESTRUCTURAL
ING. Leopoldo Berroa
codia 00000

ELÉCTRICO
ING. Juan Pérez
codia 00000

HIDRO-SANITARIO
ING. Francis Estévez
codia 00000

SELLO DE APROBACIÓN:

FECHA:

CONTENIDO:

INST. ELECTRICAS


ESCALA:



1:25


SEPTIEMBRE 2026

NO. PÁGINA:

  
040

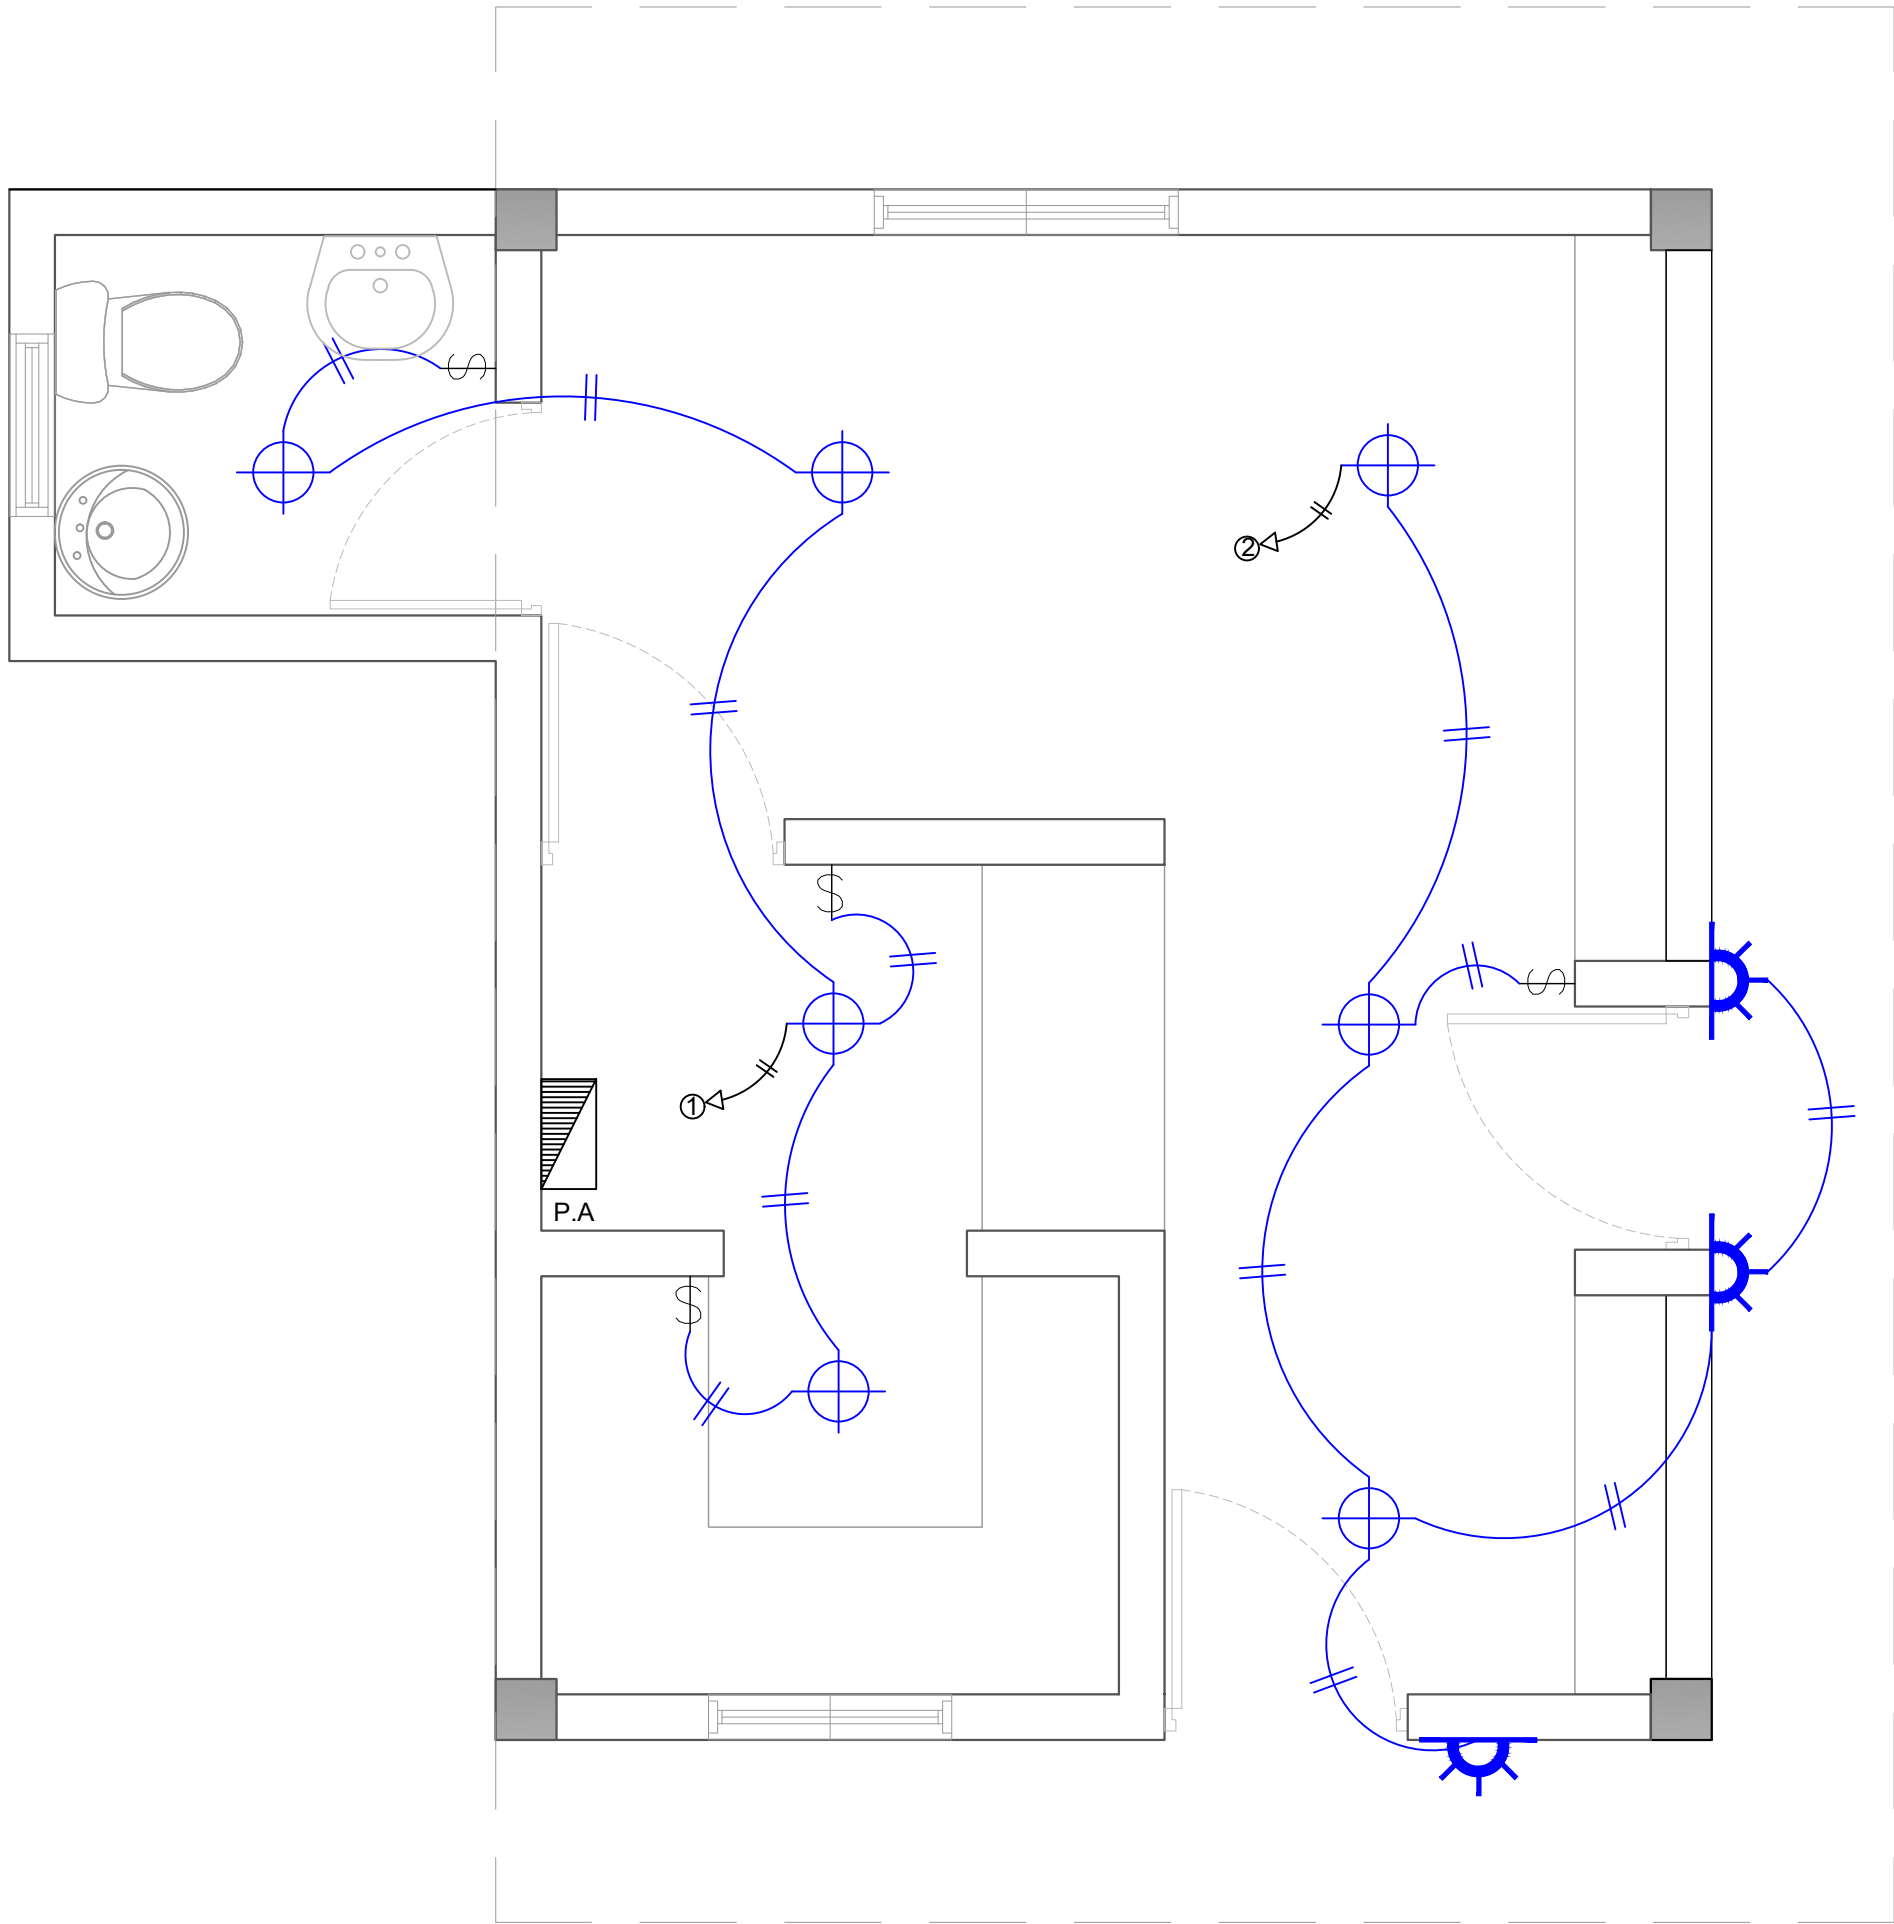

LEYENDA	
SIMBOLOGÍA	NOMBRE
	Luces de Techo
	Luces colgante tipo campana
	Lampara flour 4x4
	Lampara flour 2x4
	Luces de Pared
	Interruptores sencillo, 15A, 120V
	Interruptores doble, 15A, 120V
	Interruptores triple, 15A, 120V
	Interruptores 3 Way, 15A, 120V
	Interruptores 4 Way, 15A, 120V
	Interruptores Con luz piloto, 15A, 120V
	Luces en Poste
	Luces de Estadio
	Toma Corriente 120V, Doble, 20A
	Toma Corriente 240V, Sencillo, 30A
	Toma Corriente 120 de UPS, Doble, 20A
	Teléfono
	Antena de Televisión
	Data
	Hacia el Panel con 2 hilos
	Hacia el Panel con 3 hilos
	Tubería Empotrada en Losa
	Tubería Empotrada en Tierra
	Panel de Distribución Eléctrica
	Panel Board
	Breaker
	Registro
	Medidor o contador
	Transformador
	Abanico de Techo
	Equipos Eléctricos
	Transfer Switch
	Módulo de Contador
	Enclosed Breaker
	Tubería Empotrada con 3 hilos
	Inversor, UPS

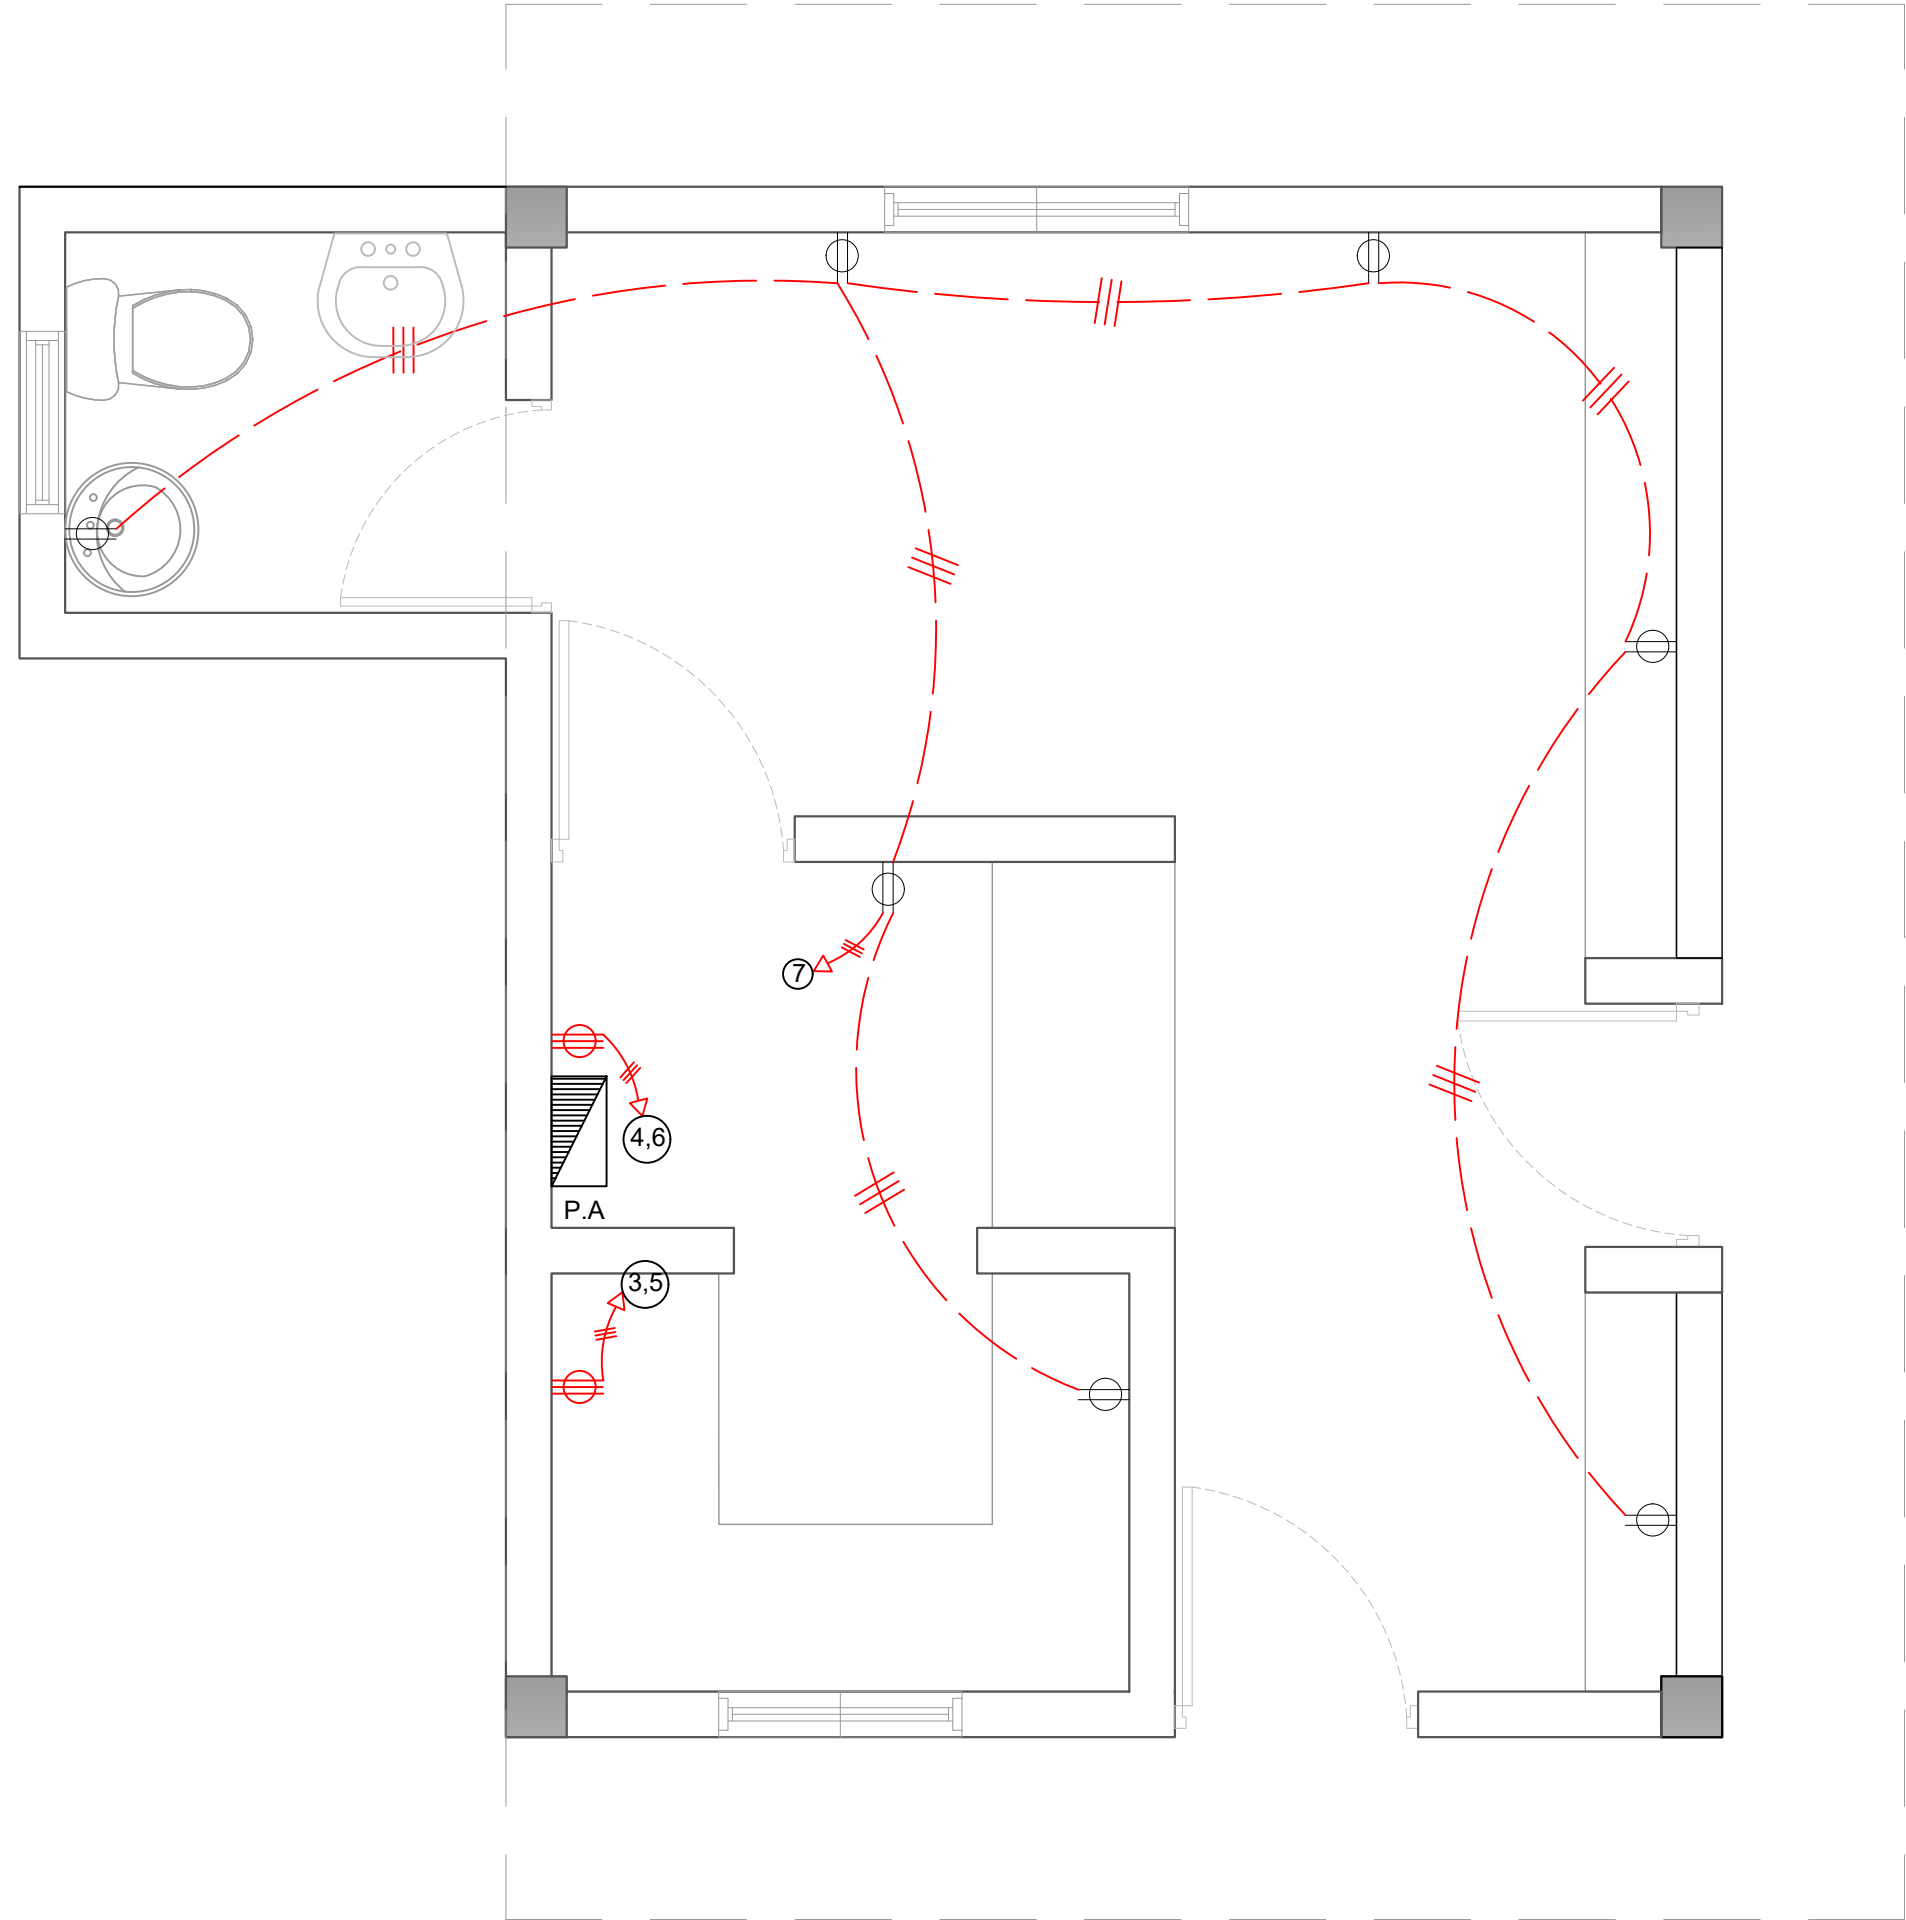

LEYENDA	
SIMBOLOGÍA	NOMBRE
	Luces de Techo
	Luces colgante tipo campana
	Lampara flour 4x4
	Lampara flour 2x4
	Luces de Pared
	Interruptores sencillo, 15A, 120V
	Interruptores doble, 15A, 120V
	Interruptores triple, 15A, 120V
	Interruptores 3 Way, 15A, 120V
	Interruptores 4 Way, 15A, 120V
	Interruptores Con luz piloto, 15A, 120V
	Luces en Poste
	Luces de Estadio
	Toma Corriente 120V, Doble, 20A
	Toma Corriente 240V, Sencillo, 30A
	Toma Corriente 120 de UPS, Doble, 20A
	Teléfono
	Antena de Televisión
	Data
	Hacia el Panel con 2 hilos
	Hacia el Panel con 3 hilos
	Tubería Empotrada en Losa
	Tubería Empotrada en Tierra
	Panel de Distribución Eléctrica
	Panel Board
	Breaker
	Registro
	Medidor o contador
	Transformador
	Abanico de Techo
	Equipos Eléctricos
	Transfer Switch
	Módulo de Contador
	Enclosed Breaker
	Tubería Empotrada con 3 hilos
	Inversor, UPS

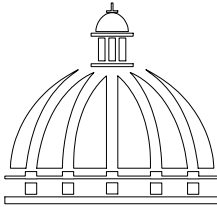

GOBIERNO DE LA
REPÚBLICA DOMINICANA

DIRECCION DE DESARROLLO
PROVINCIAL
DDP

Ave. Dr. Delgado, Esq. Moises García,
Gazcue, Sto. Dgo., R.D.
TEL.: (809)-364-2189 | FAX.: (809)- 688-1665
E-Mail: info@cpadp.gob.do

PROYECTO:

CONSTRUCCIÓN CAMPO DE BÉISBOL
ENRIQUILLO, MUNICIPIO ENRIQUILLO,
PROVINCIA BARAHONA

EQUIPO DE TRABAJO:

DISEÑO ARQUITECTÓNICO
ARQ.

codia 00000

ENC. INGENIERÍA
ING. FIOR DALIZA BONIFACIO
codia 00000

ESTRUCTURAL
ING. Leopoldo Berroa
codia 00000

ELÉCTRICO
ING. Juan Pérez
codia 00000

HIDRO-SANITARIO
ING. Francis Estévez
codia 00000

SELLO DE APROBACIÓN:

FECHA:

CONTENIDO:

INST. ELECTRICAS

ESCALA:




1:25

SEPTIEMBRE 2026

NO. PÁGINA:

041

PANEL: PA			4 CONDUCTORES								ESPACIOS: 12			
LUGAR: COCINA			SIMILAR: GE CAT: THQC12420								TENSIÓN: 120/240 VAC			
FASE: 2			INTERRUPTOR PRINCIPAL					BREAKERS			BARRAS: 75 AMP			
			40/2 AMP THQAL TIPO					TIPO: THQAL						
KVA	DESCRIPCIÓN	DUCT.	CAL	BKR	NO.	A	B	NO.	BKR	CAL	DUCT.	DESCRIPCIÓN	KVA	
0.40	Iluminación	1/2"	12	20	1	○		2	20	12	1/2"	Iluminación	0.50	
1.50	Toma Corriente 240v	3/4"	10	30	3		○	4	30	10	3/4"	Toma Corriente 240v	1.50	
1.50	Toma Corriente 240v	3/4"	10	30	5	○		6	30	10	3/4"	Toma Corriente 240v	1.50	
1.26	Toma Corriente 120v	1/2"	12	20	7		○	8						
					9	○		10						
					11		○	12						
CARGA CONECTADA: 8.16 KVA				DEMANDA MAXIMA: 8.16 KVA					ALIMENTADOR:					
ILUMINACIÓN: 0.90 KVA				CARGA DE DISEÑO: 7.34 KVA					2 THW		CAL.	NO.	6	
TOMACORRIENTE: 7.26 KVA				CORRIENTE DE DISEÑO: 30.60 AMP					1 THW		CAL.	NO.	8	
OTROS: - KVA				FACTOR DE DEMANDA: 90 %					1 THW		CAL.	NO.	12	
FASE A: 3.90 KVA				CARGA RESERVA: 0.82 KVA					DUCTO DIAM: 1" TIPO: pvc					
FASE B: 4.26 KVA				NEUTRO: 30.60 Amps										

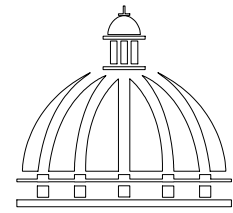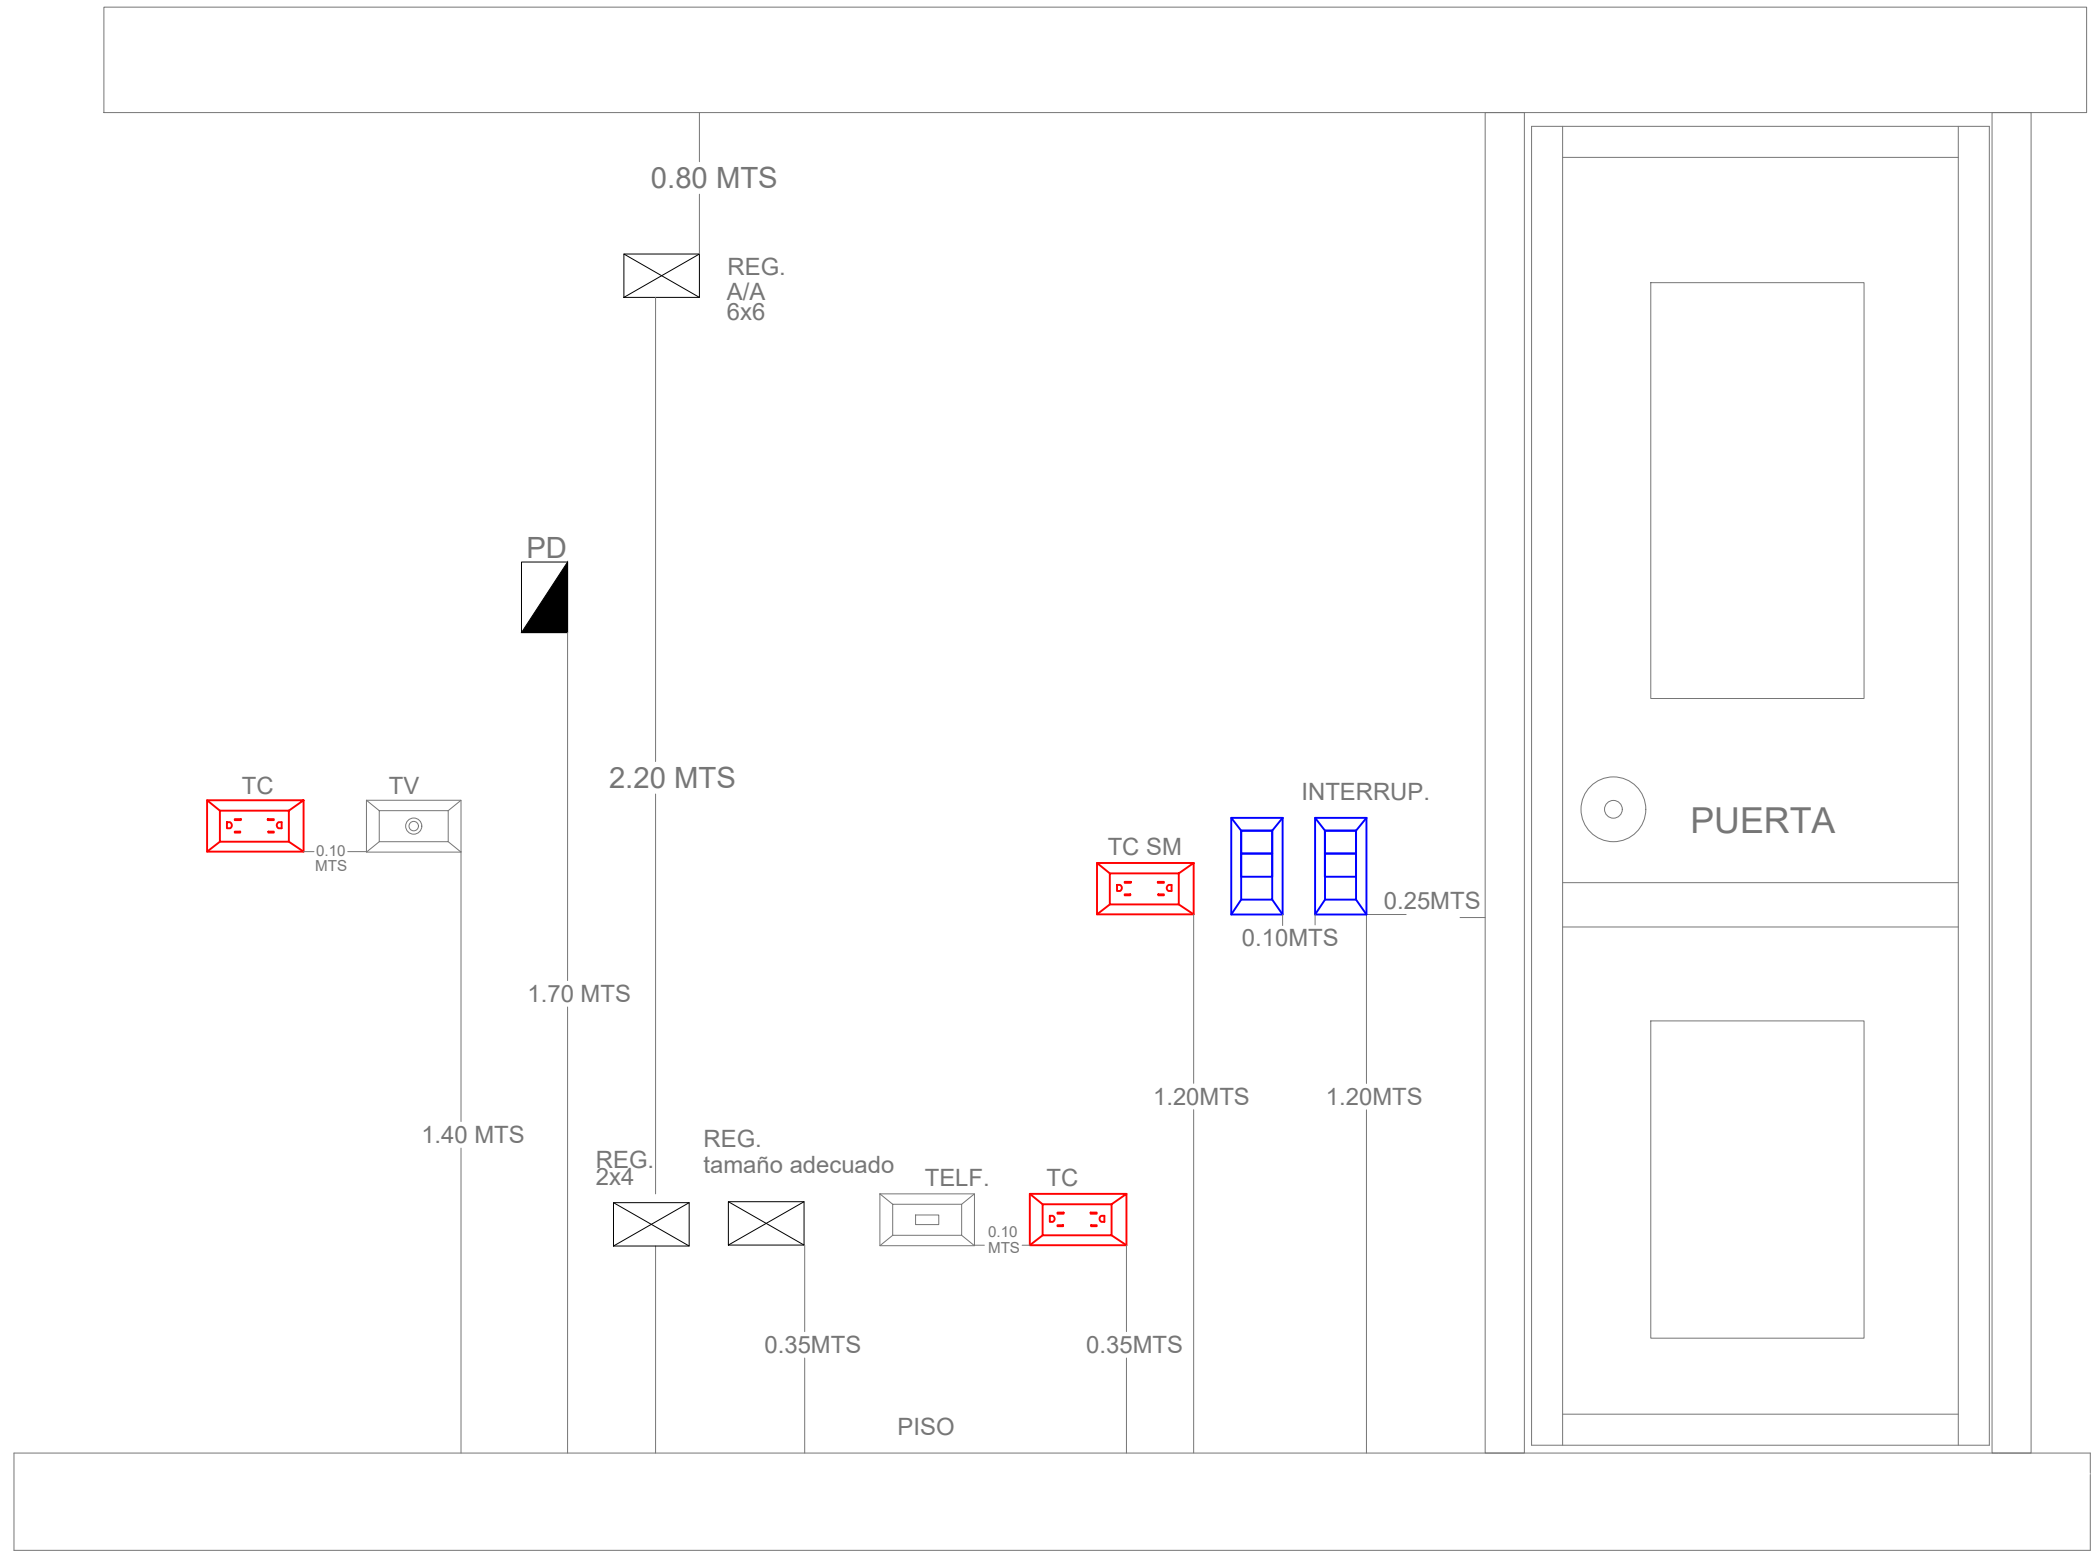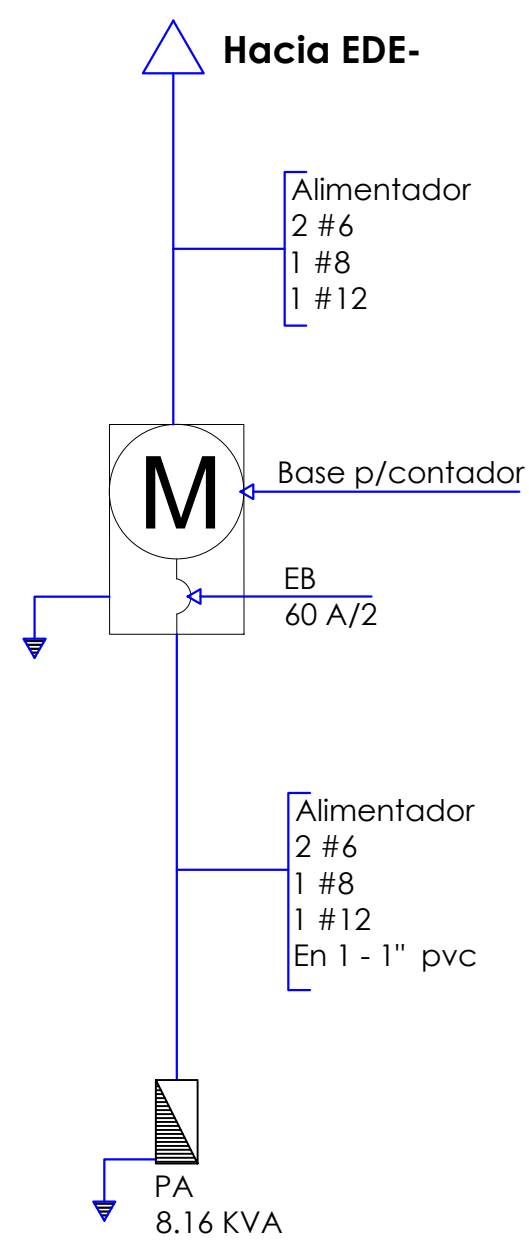

GOBIERNO DE LA
REPÚBLICA DOMINICANA

DIRECCION DE DESARROLLO
PROVINCIAL
DDP

Ave. Dr. Delgado, Esq. Moises García,
Gazcue, Sto. Dgo., R.D.
TEL.: (809)-364-2189 | FAX.: (809)- 688-1665
E-Mail: info@cpadp.gob.do

PROYECTO:

CONSTRUCCIÓN CAMPO DE BÉISBOL
ENRIQUILLO, MUNICIPIO ENRIQUILLO,
PROVINCIA BARAHONA

EQUIPO DE TRABAJO:

DISEÑO ARQUITECTÓNICO
ARQ.

codia 00000

ENC. INGENIERÍA

ING. FIOR DALIZA BONIFACIO

codia 00000

ESTRUCTURAL

ING. Leopoldo Berroa

codia 00000

ELÉCTRICO

ING. Juan Pérez

codia 00000

HIDRO-SANITARIO

ING. Francis Estévez

codia 00000

SELLO DE APROBACIÓN:

FECHA:

CONTENIDO:

DETALLE ELÉCTRICO- CAFETERÍA


ESCALA:

1:25


SEPTIEMBRE 2026

NO. PÁGINA:

042

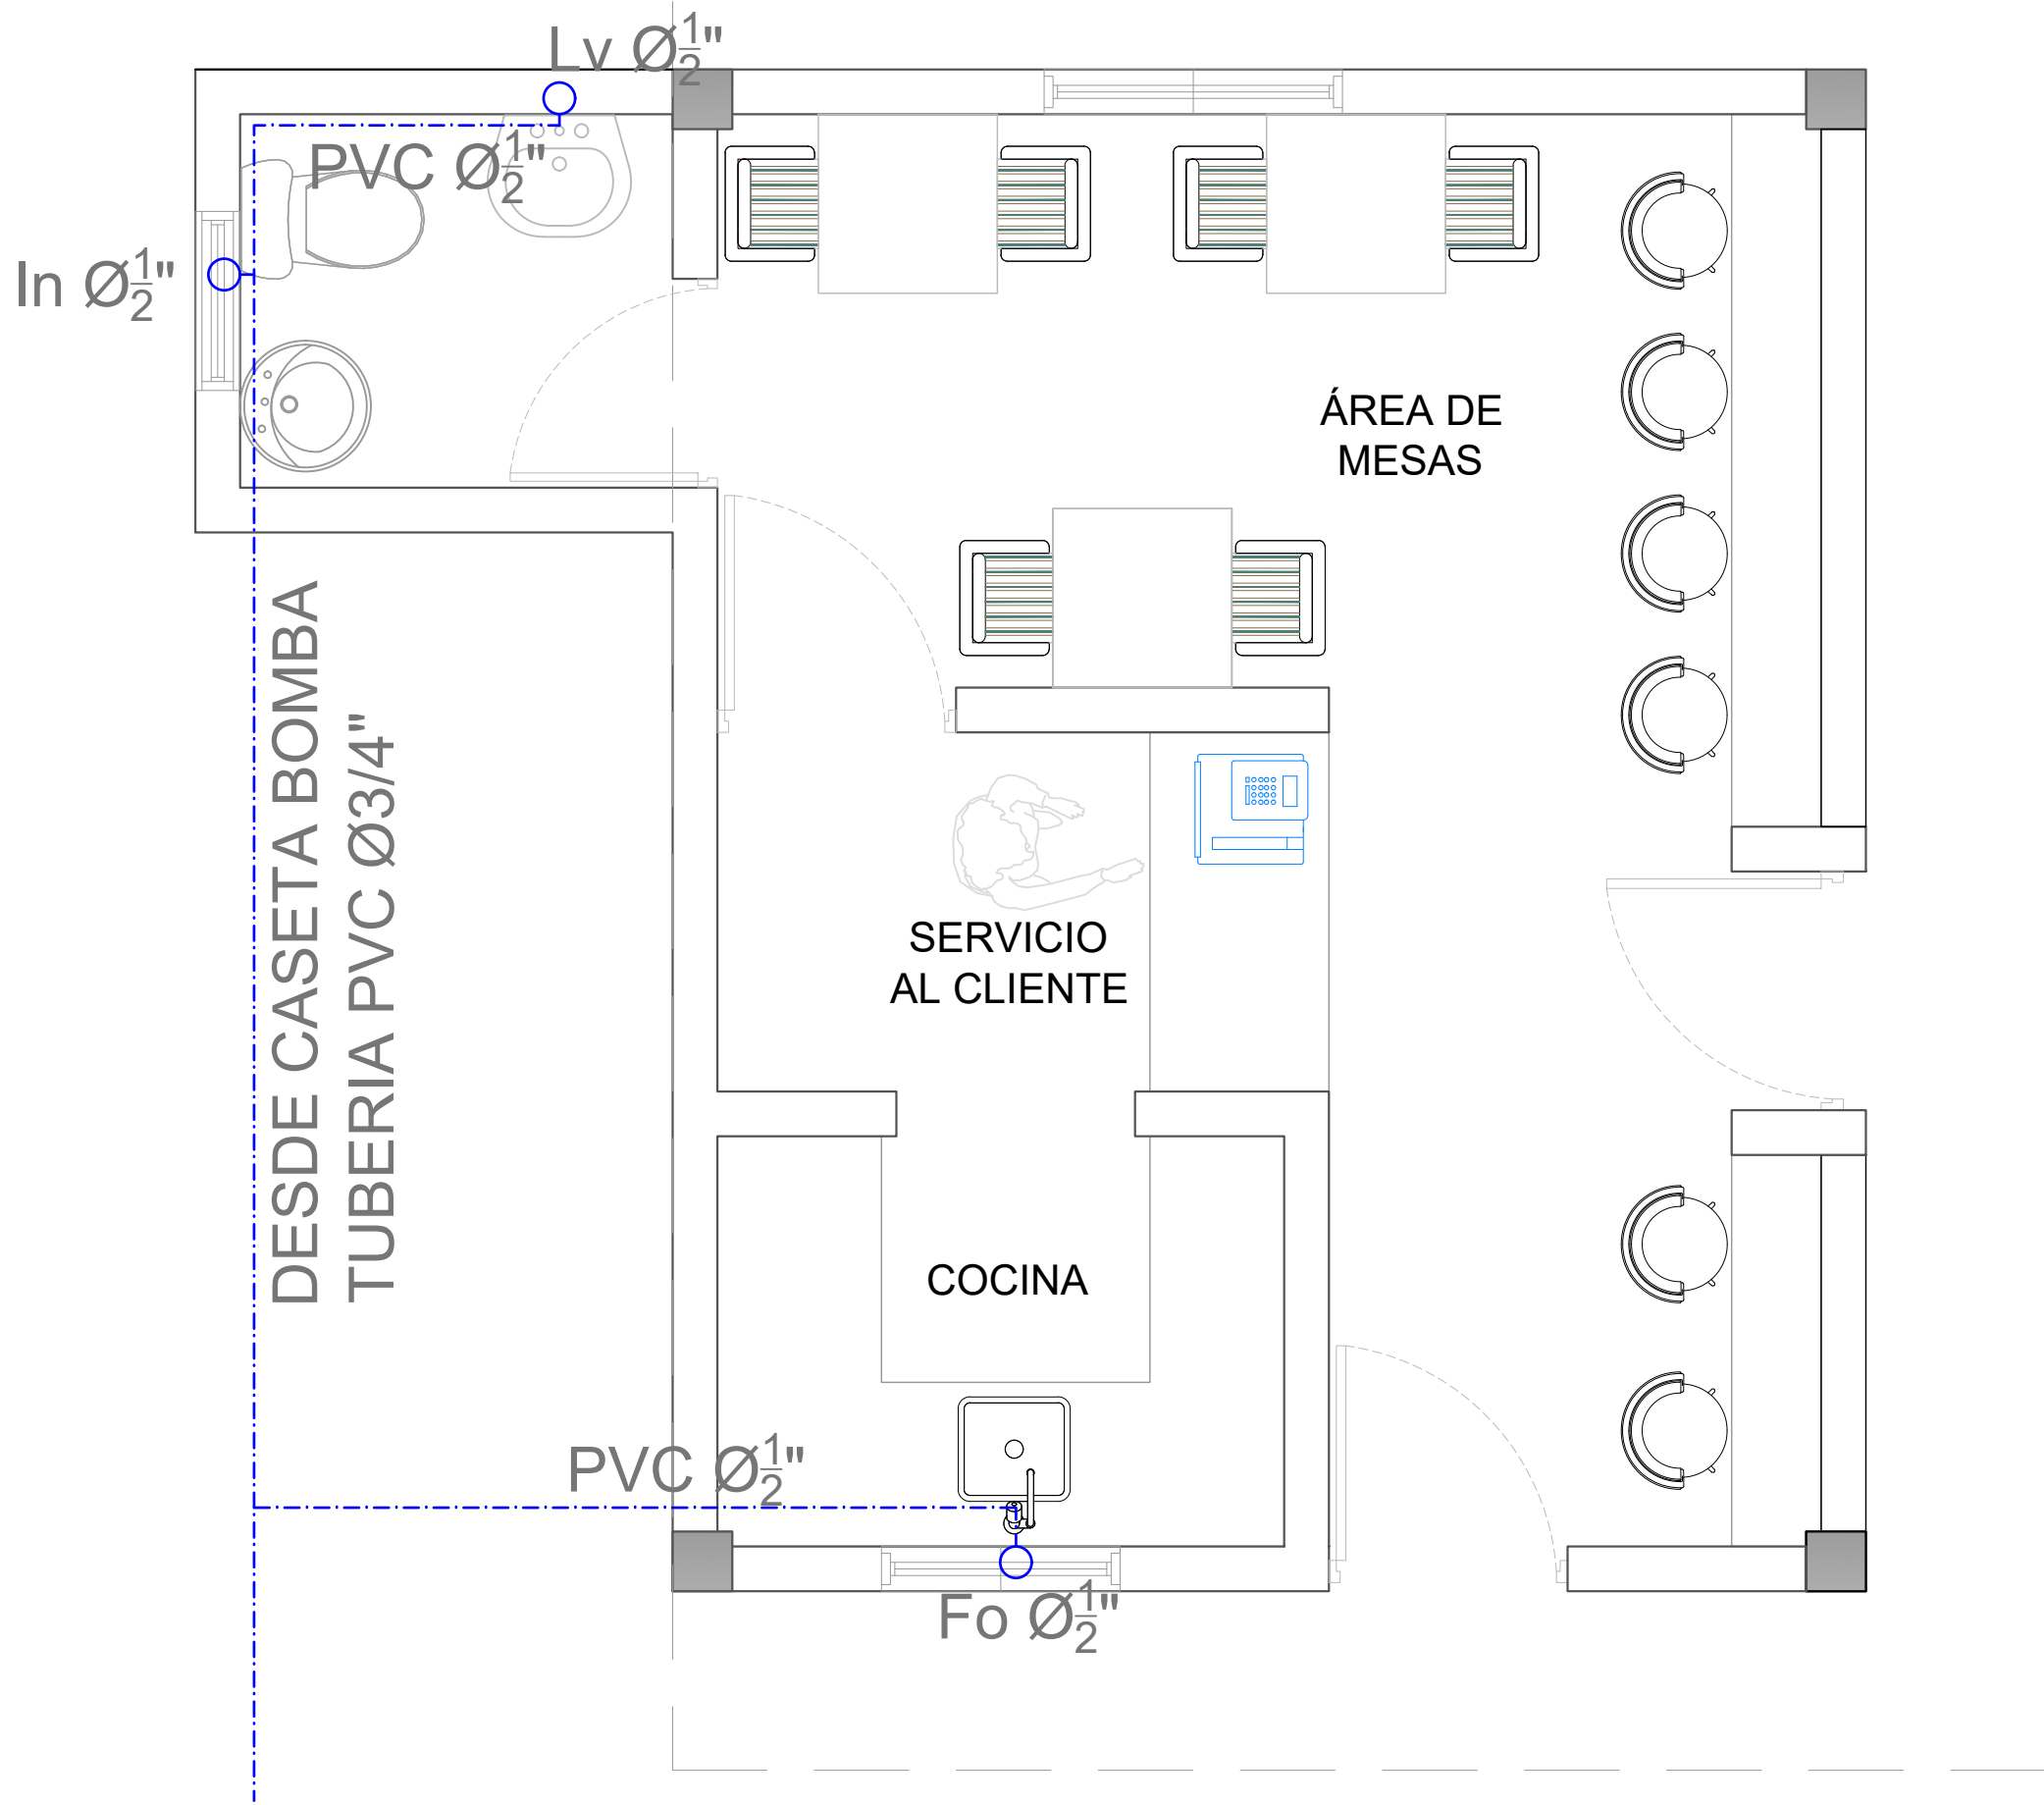

LEYENDA PLATA ELECTRICA	
SIMBOLOGÍA	NOMBRE
	Luces de Techo (BOMBILLO)
	Luces colgante tipo campana
	Luces Ojo de Buey LED 3W 72 x 72 x 23 mm
	Panel Circular Emp. LED 12W 17 cm
	Lampara Fluorescente 4x1
	Lampara Fluorescente 2x2
	Lampara Fluorescente 2x4
	Luces de Pared
	Luces de Piso
	Interruptores sencillo, 15A, 120V
	Interruptores doble, 15A, 120V
	Interruptores triple, 15A, 120V
	Interruptores 3 Way, 15A, 120V
	Interruptores 4 Way, 15A, 120V
	Interruptores Con luz piloto, 15A, 120V
	Luces en Poste
	LUCES DE ESTADIO
	Fotocelda
	Abanico de PARED
	ABANICO DE TECHO
	CONTROL DE ABANICO DE TECHO
	Toma Corriente 120V, Doble, 20A
	TOMA CORRIENTE 240V, SENCILLO, 30A
	Toma Corriente 240V, Doble, 30A
	Toma Corriente 120 de piso, Doble, 20A
	Toma Corriente 120 sobre meseta, Doble, 20A
	Toma Corriente 120 falla a tierra, Doble, 20A
	Toma Corriente 120 DE UPS, Doble, 20A
	Toma Corriente 120 DE Waterproof, Doble, 20A
	Equipos Eléctricos
	Teléfono
	Antena de Televisión
	Data
	Panel de Distribución Eléctrica
	Registro
	Tuberia Empotrada en Losa
	Tuberia Empotrada en Tierra
	Cámara

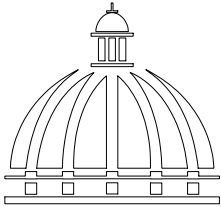

GOBIERNO DE LA
REPÚBLICA DOMINICANA

DIRECCION DE DESARROLLO
PROVINCIAL
DDP

Ave. Dr. Delgado, Esq. Moises García,
Gazcue, Sto. Dgo., R.D.
TEL.: (809)-364-2189 | FAX.: (809)- 688-1665
E-Mail: info@cpadp.gob.do

PROYECTO:

CONSTRUCCIÓN CAMPO DE BÉISBOL
ENRIQUILLO, MUNICIPIO ENRIQUILLO,
PROVINCIA BARAHONA

EQUIPO DE TRABAJO:

DISEÑO ARQUITECTÓNICO
ARQ.

codia 00000

ENC. INGENIERÍA
ING. FIOR DALIZA BONIFACIO
codia 00000

ESTRUCTURAL
ING. Leopoldo Berroa
codia 00000

ELÉCTRICO
ING. Juan Pérez
codia 00000

HIDRO-SANITARIO
ING. Francis Estévez
codia 00000

SELLO DE APROBACIÓN:

FECHA:

CONTENIDO:

PLANTA SANITARIA


ESCALA:

1:25


SEPTIEMBRE 2026

NO. PÁGINA:

043

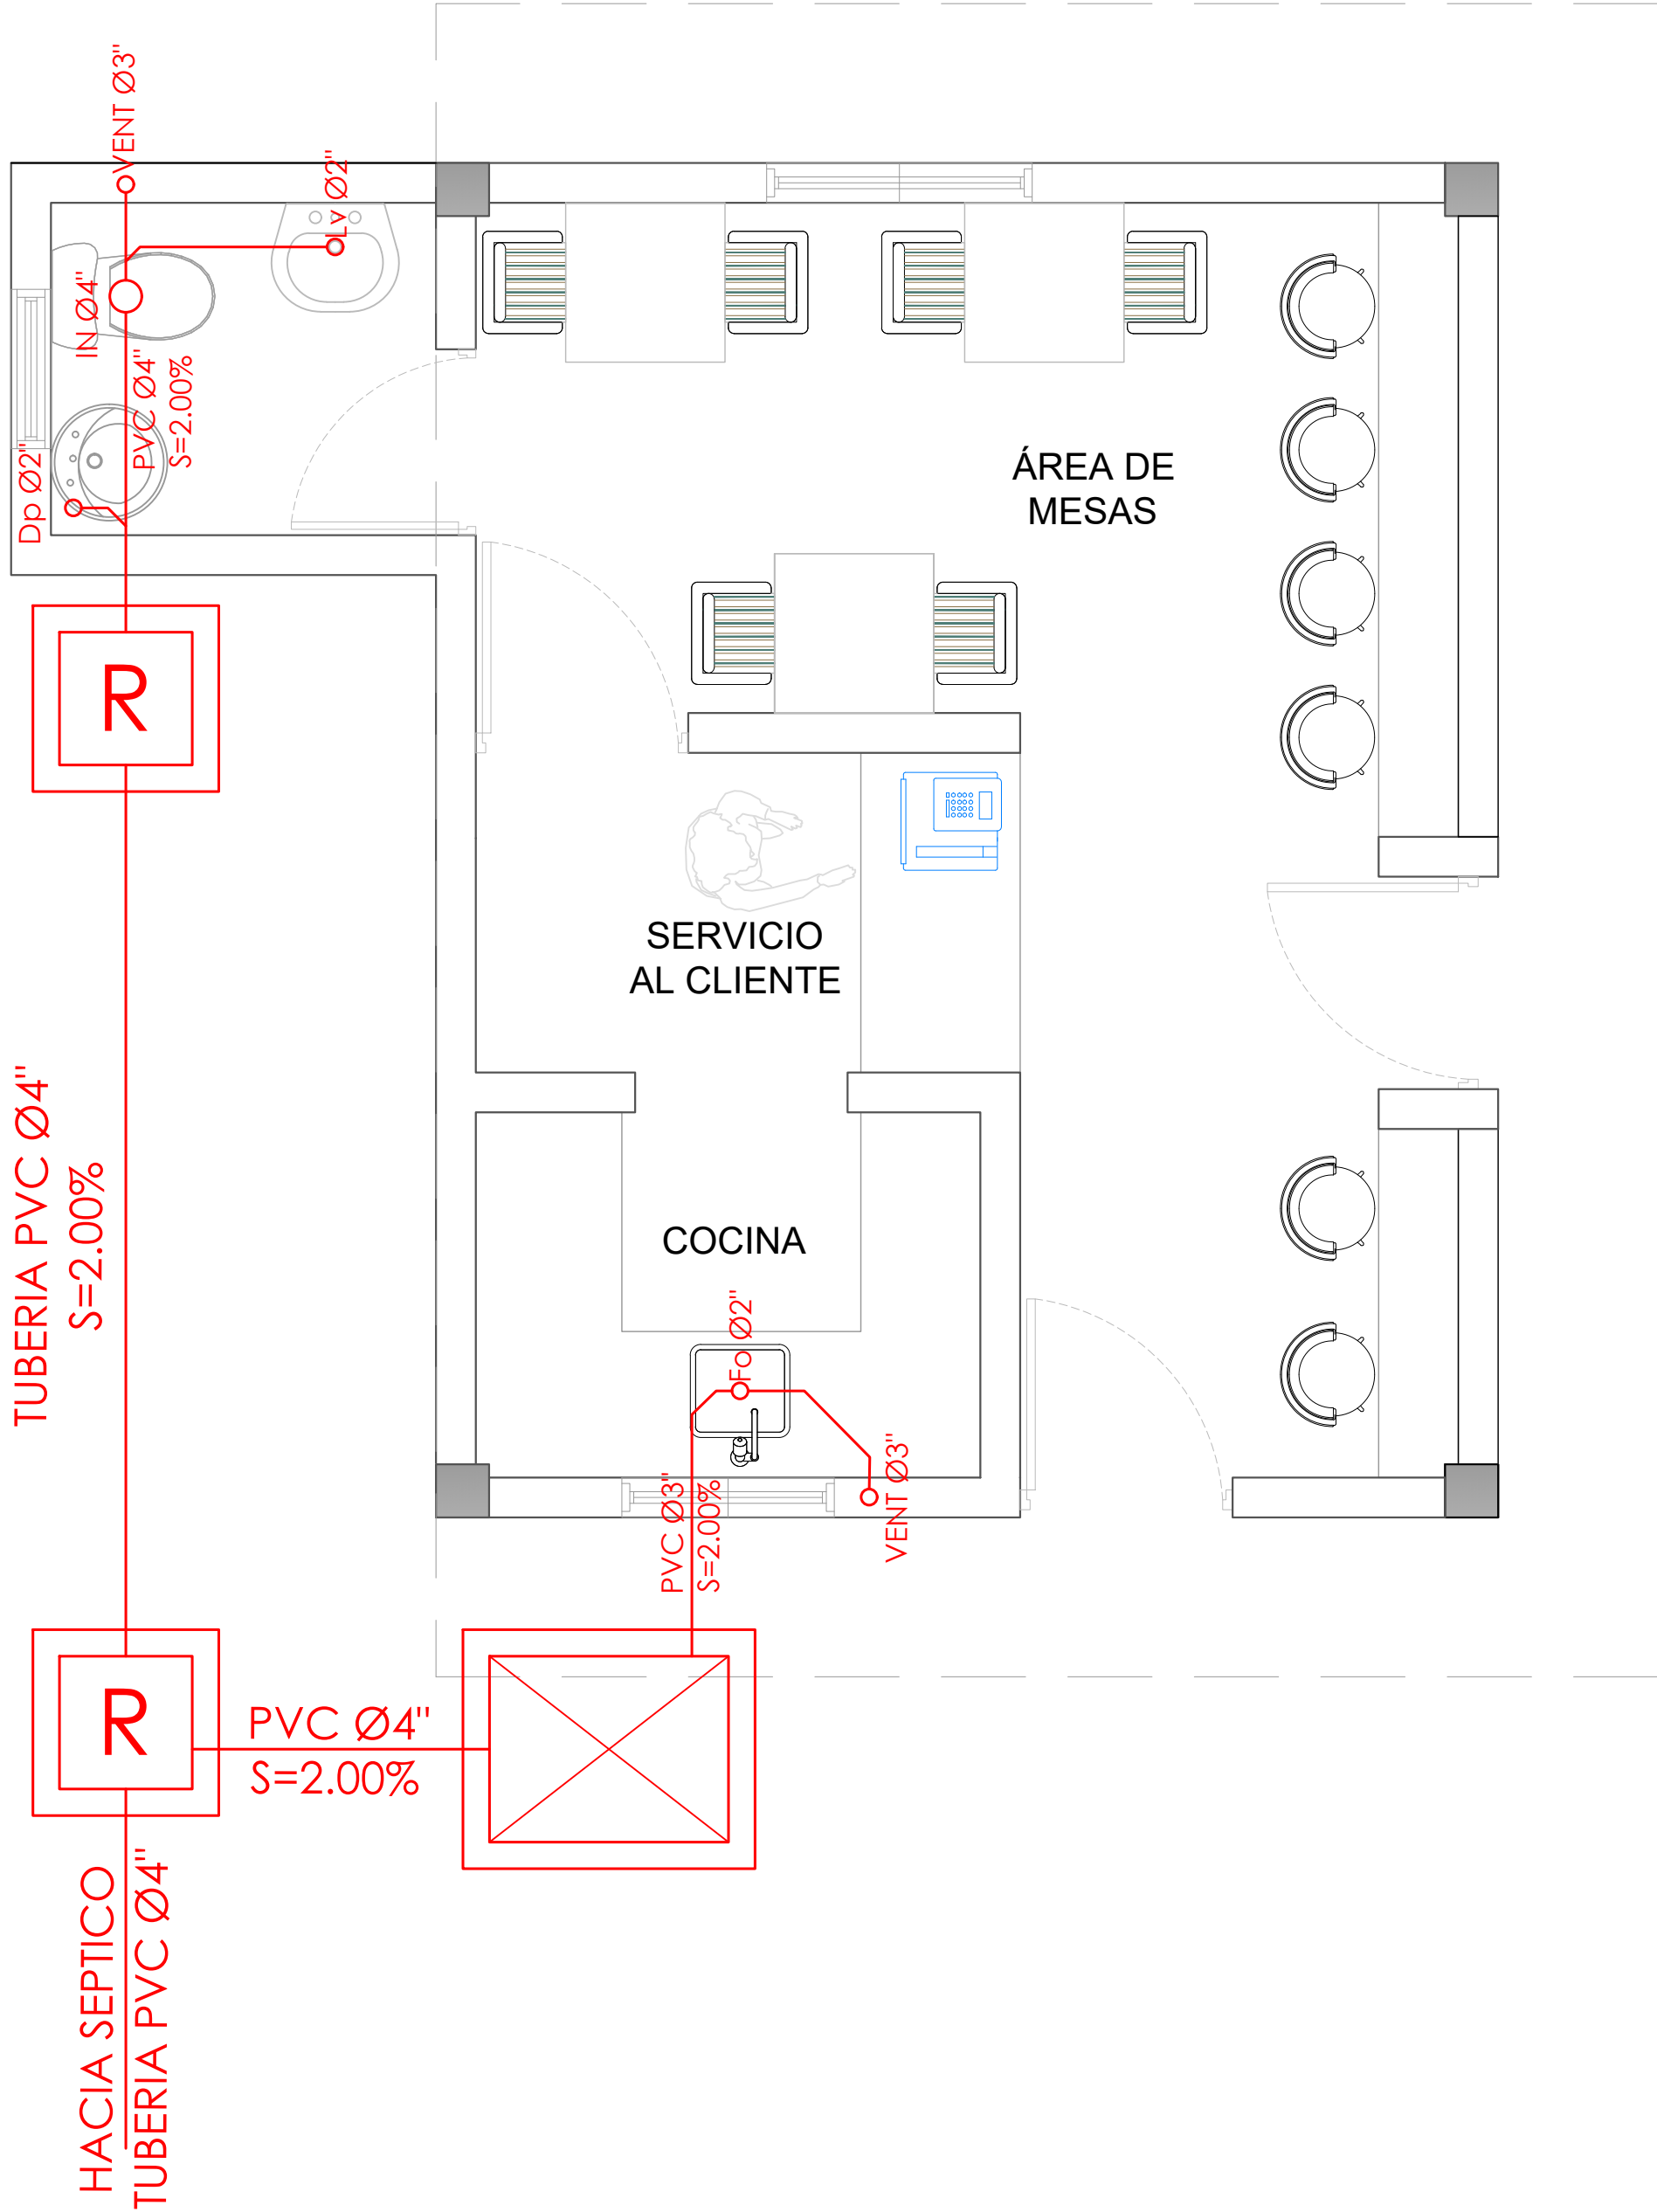

LEYENDA PLATA ELECTRICA	
SIMBOLOGÍA	NOMBRE
	Luces de Techo (BOMBILLO)
	Luces colgante tipo campana
	Luces Ojo de Buey LED 3W 72 x 72 x 23 mm
	Panel Circular Emp. LED 12W 17 cm
	Lampara Fluorescente 4x1
	Lampara Fluorescente 2x2
	Lampara Fluorescente 2x4
	Luces de Pared
	Luces de Piso
	Interruptores sencillo, 15A, 120V
	Interruptores doble, 15A, 120V
	Interruptores triple, 15A, 120V
	Interruptores 3 Way, 15A, 120V
	Interruptores 4 Way, 15A, 120V
	Interruptores Con luz piloto, 15A, 120V
	Luces en Poste
	LUCES DE ESTADIO
	Fotocelda
	Abanico de PARED
	ABANICO DE TECHO
	CONTROL DE ABANICO DE TECHO
	Toma Corriente 120V, Doble, 20A
	TOMA CORRIENTE 240V, SENCILLO, 30A
	Toma Corriente 240V, Doble, 30A
	Toma Corriente 120 de piso, Doble, 20A
	Toma Corriente 120 sobre meseta, Doble, 20A
	Toma Corriente 120 falla a tierra, Doble, 20A
	Toma Corriente 120 DE UPS, Doble, 20A
	Toma Corriente 120 DE Waterproof, Doble, 20A
	Equipos Eléctricos
	Teléfono
	Antena de Televisión
	Data
	Panel de Distribución Eléctrica
	Registro
	Tuberia Empotrada en Losa
	Tuberia Empotrada en Tierra
	Cámara

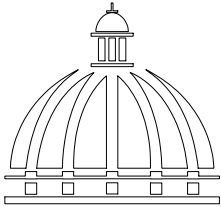

GOBIERNO DE LA
REPÚBLICA DOMINICANA

DIRECCION DE DESARROLLO
PROVINCIAL
DDP

Ave. Dr. Delgado, Esq. Moisés García,
Gazcue, Sto. Dgo., R.D.
TEL.: (809)-364-2189 | FAX.: (809)- 688-1665
E-Mail: info@cpadp.gob.do

PROYECTO:

CONSTRUCCIÓN CAMPO DE BÉISBOL
ENRIQUILLO, MUNICIPIO ENRIQUILLO,
PROVINCIA BARAHONA

EQUIPO DE TRABAJO:

DISEÑO ARQUITECTÓNICO
ARQ.

codia 00000

ENC. INGENIERÍA
ING. FIOR DALIZA BONIFACIO
codia 00000

ESTRUCTURAL
ING. Leopoldo Berroa
codia 00000

ELÉCTRICO
ING. Juan Pérez
codia 00000

HIDRO-SANITARIO
ING. Francis Estévez
codia 00000

SELLO DE APROBACIÓN:

FECHA:

CONTENIDO:
PLANTA SANITARIA

ESCALA:

1:25

SEPTIEMBRE 2026

NO. PÁGINA:

044