

PROYECTO:

"CONSTRUCCIÓN CLUB DEPORTIVO JUANCHO, D.M. JUANCHO, PROVINCIA PEDERNALES"

REPÚBLICA DOMINICANA
2026





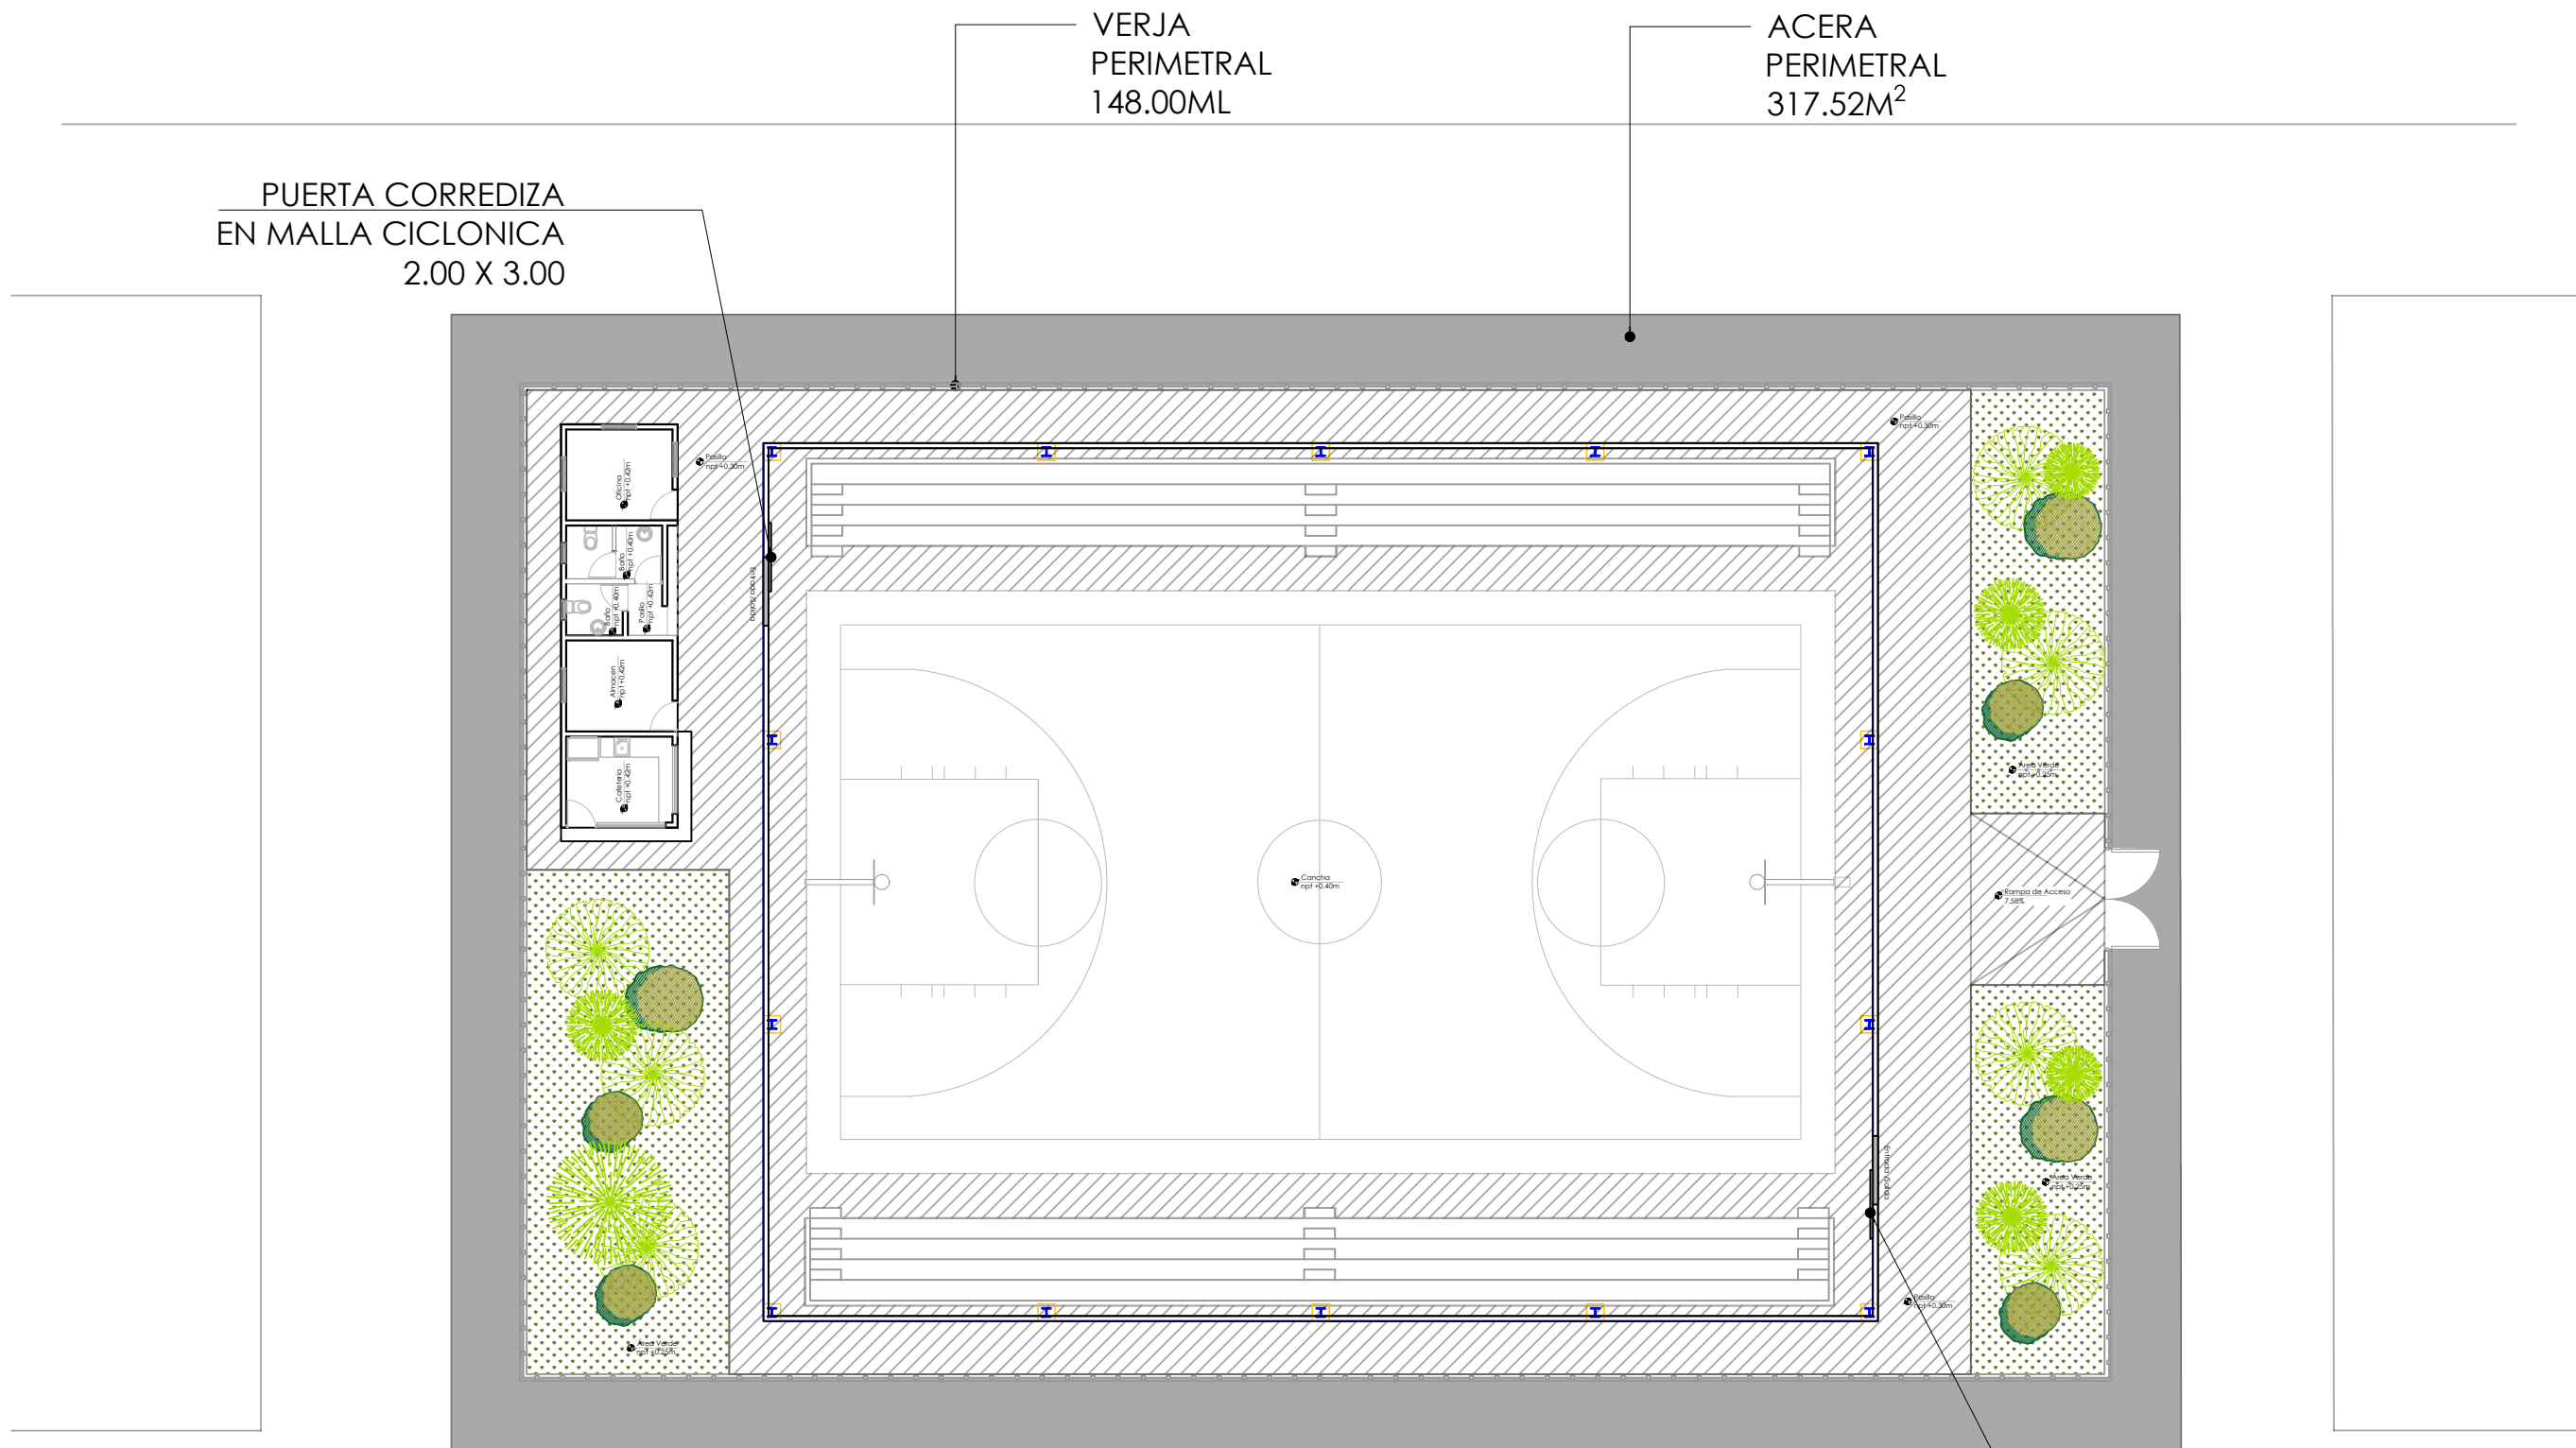


TABLA PAISAJISMO			
	Nombre	Tamaño	Cantidad
	Palma Phoenix	3 pies	6
	Cinta Verde	-	5
	Roble Amarillo	6 pies	6

TABLA PISO EXTERIOR		
	Nombre piso	Metros cuadrados
	Hormigón Frotado	416.60 m2
	Grana Enana	178.75 m2
	Hormigón Violinado	318.00 m2

PUERTA CORREDIZA
EN MALLA CICLONICA
2.00 X 3.00

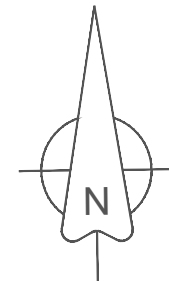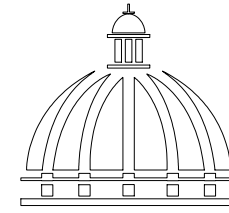

**GOBIERNO DE LA
REPÚBLICA DOMINICANA**

**DIRECCIÓN DE
DESARROLLO PROVINCIAL
DDP**

Ave. Dr. Delgado, Esq. Moises García,
Gazcue, Sto. Dgo., R.D.
TEL.: (809)-364-2189 | FAX.: (809)- 688-1665
E-Mail: info@cpadp.gob.do

PROYECTO:
**"CONSTRUCCIÓN CLUB DEPORTIVO
JUANCHO, D.M. JUANCHO,
PROVINCIA PEDERNALES"**
Republica Dominicana

EQUIPO DE TRABAJO:
DISEÑO ARQUITECTÓNICO
ARQ. _____
codia 00000

ENC. INGENIERÍA
ING.FIORDALIZA BONIFACIO
codia 00000

ESTRUCTURAL
ING. _____
codia 00000

ELÉCTRICO
ING. JUAN PEREZ
codia 00000

HIDRO-SANITARIO
ING. FRANCIS ESTEVEZ
codia 00000

SELLO DE APROBACIÓN:

FECHA: _____


CONTENIDO:

ESCALA:
1:500

SEPTIEMBRE 2026

NO. PÁGINA:

001

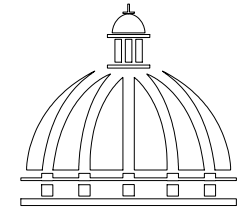

DIRECCIÓN DE
DESARROLLO PROVINCIAL
DDP

PROYECTO:




**"CONSTRUCCIÓN CLUB DEPORTIVO
JUANCHO, D.M. JUANCHO,
PROVINCIA PEDERNALES"**

Republica Dominicana

HIDRO-SANITARIO
ING. FRANCIS ESTEVEZ
codia 00000




 PLANTA DE DIMENSIONADA CONJUNTO

ESC. 1:500

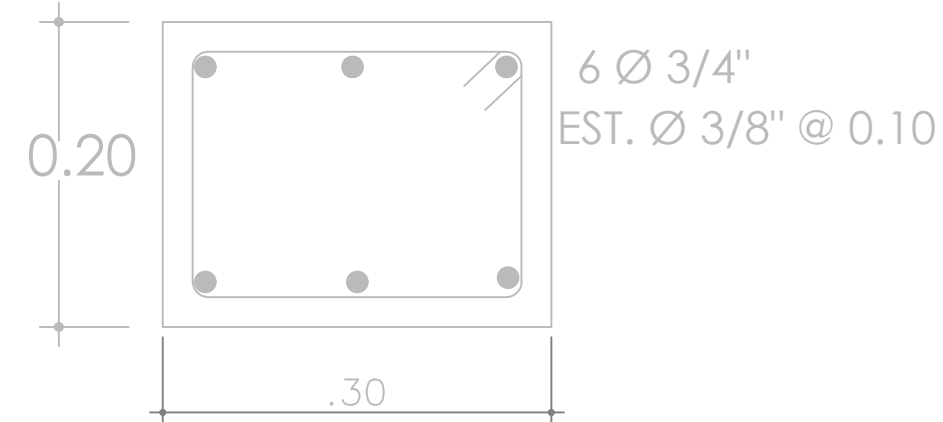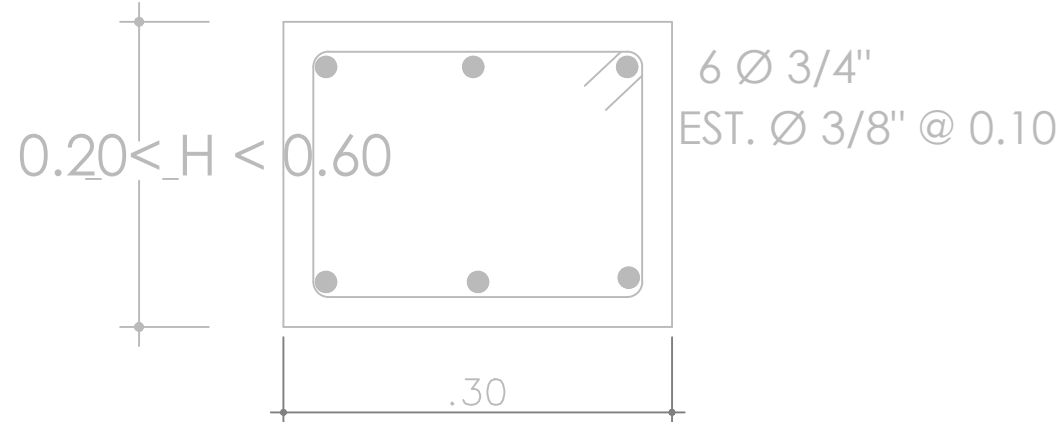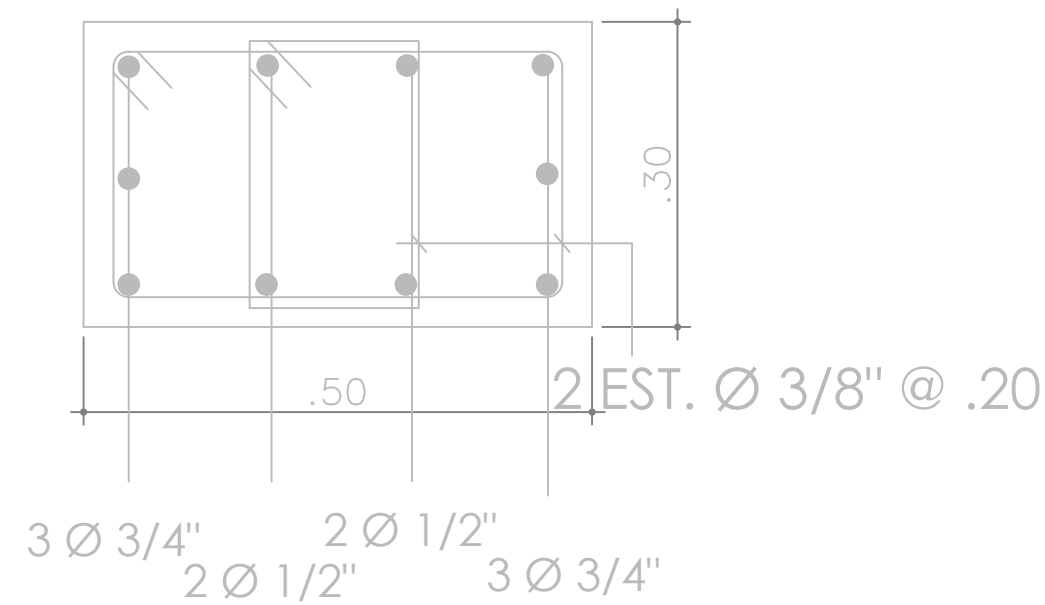



SECCIONES SOPORTE DE TABLERO

ESC. N/A

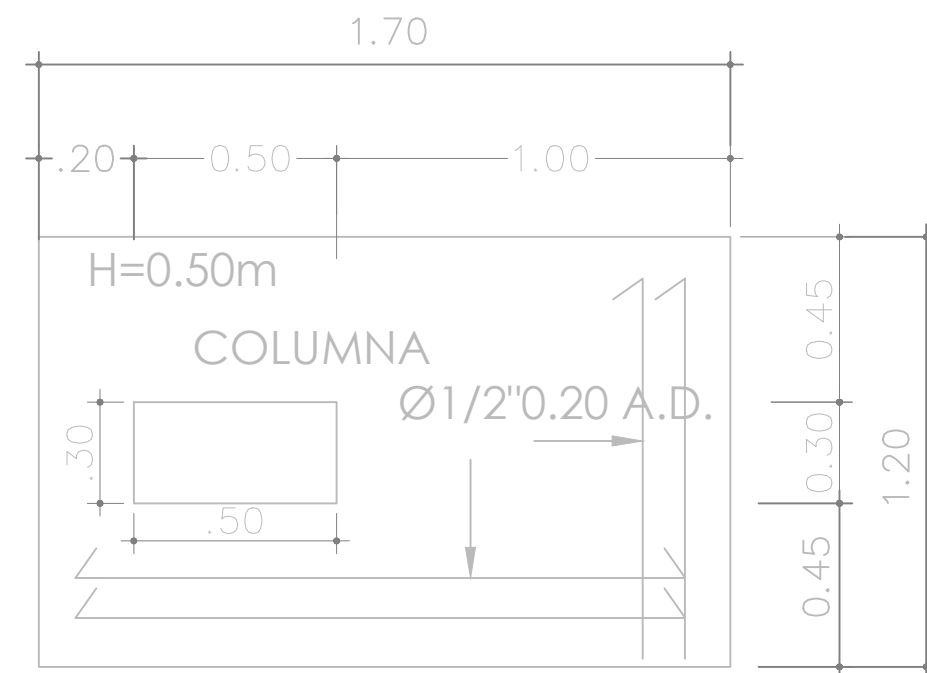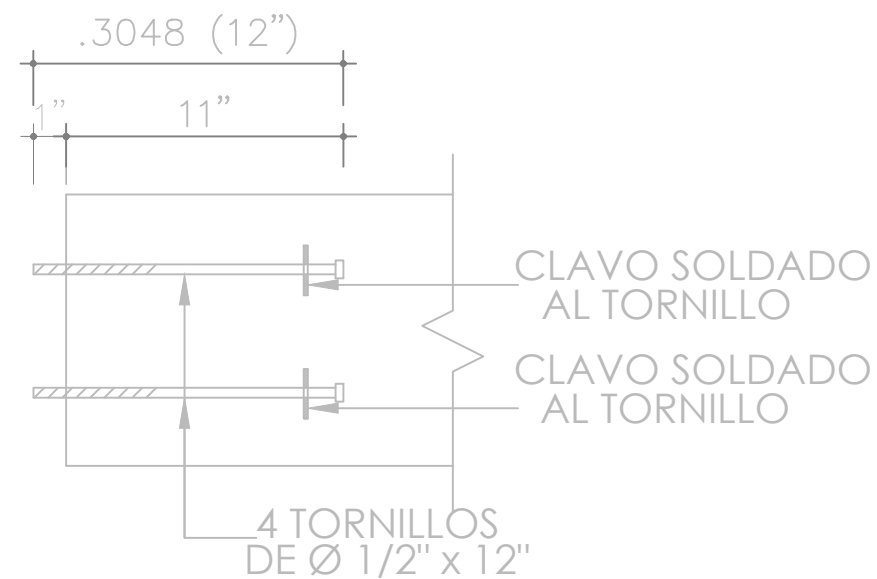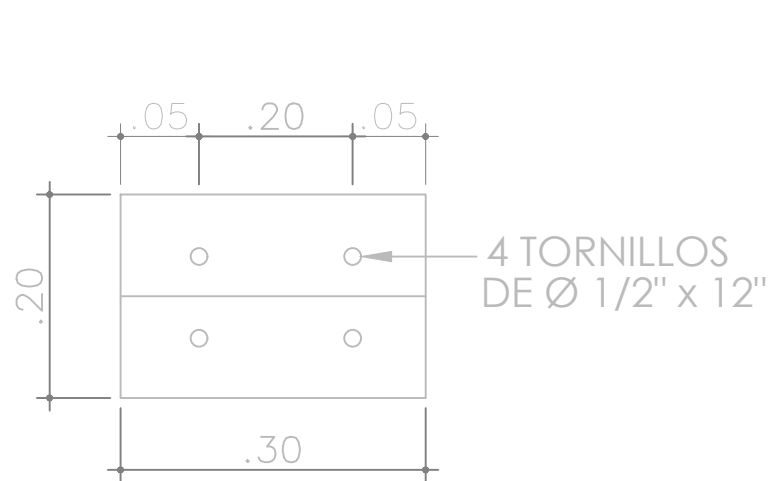


DETALLE SECCIÓN TORNILLO

ESC. N/A

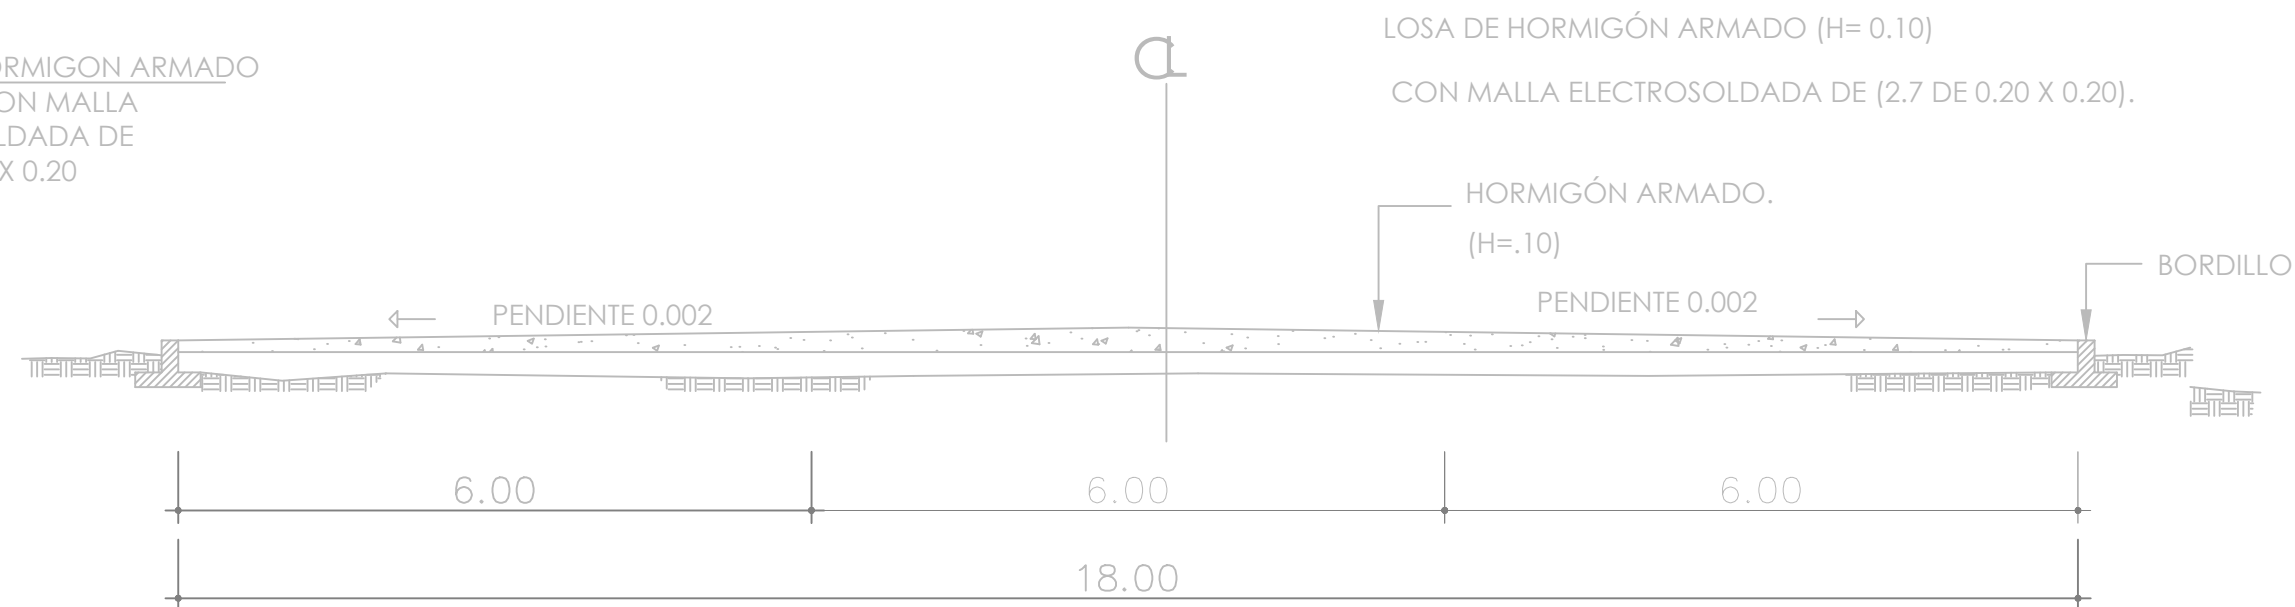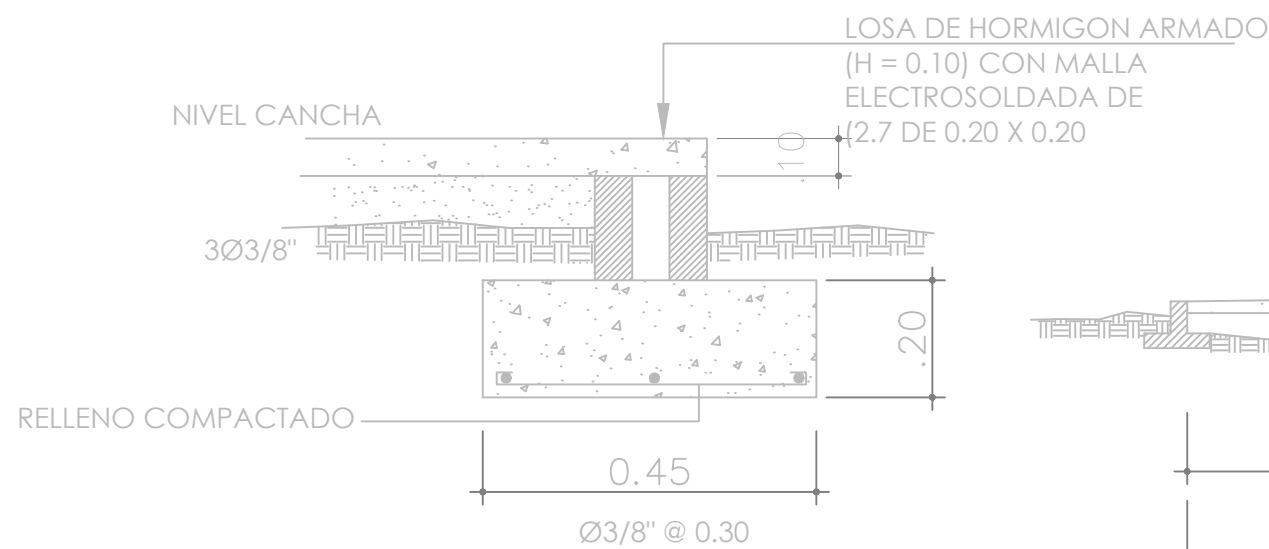

DETALLE DE BORDILLO

ESC. N/A

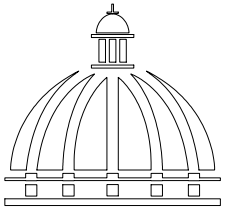

GOBIERNO DE LA
REPÚBLICA DOMINICANA

DIRECCIÓN DE
DESARROLLO PROVINCIAL
DDP

Ave. Dr. Delgado, Esq. Moises García,
Gazcue, Sto. Dgo., R.D.
TEL.: (809)-364-2189 | FAX.: (809)- 688-1665
E-Mail: info@cpadp.gob.do

PROYECTO:
"CONSTRUCCIÓN CLUB DEPORTIVO
JUANCHO, D.M. JUANCHO,
PROVINCIA PEDERNALES"
Republica Dominicana

EQUIPO DE TRABAJO:

DISEÑO ARQUITECTÓNICO
ARQ.

codia 00000

ENC. INGENIERÍA
ING.FIORDALIZA BONIFACIO
codia 00000

ESTRUCTURAL
ING.

codia 00000

ELÉCTRICO
ING. JUAN PEREZ
codia 00000

HIDRO-SANITARIO
ING. FRANCIS ESTEVEZ
codia 00000

SELLO DE APROBACIÓN:

FECHA:

CONTENIDO:

DETALLES ESTRUCTURALES



ESCALA:

1:75


SEPTIEMBRE 2026

NO. PÁGINA:

004

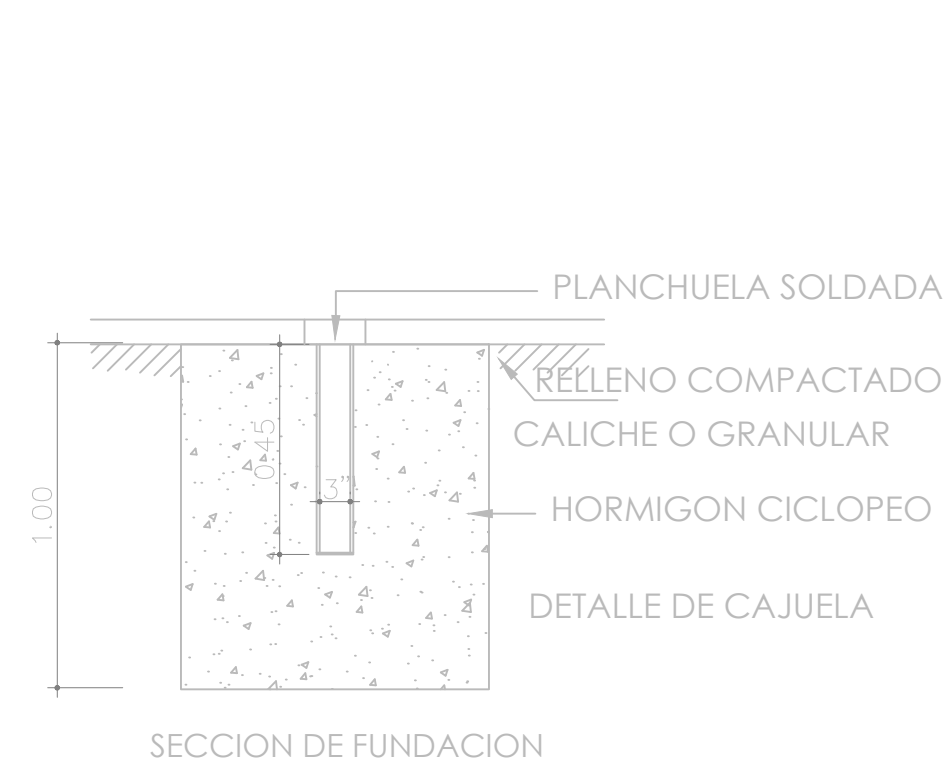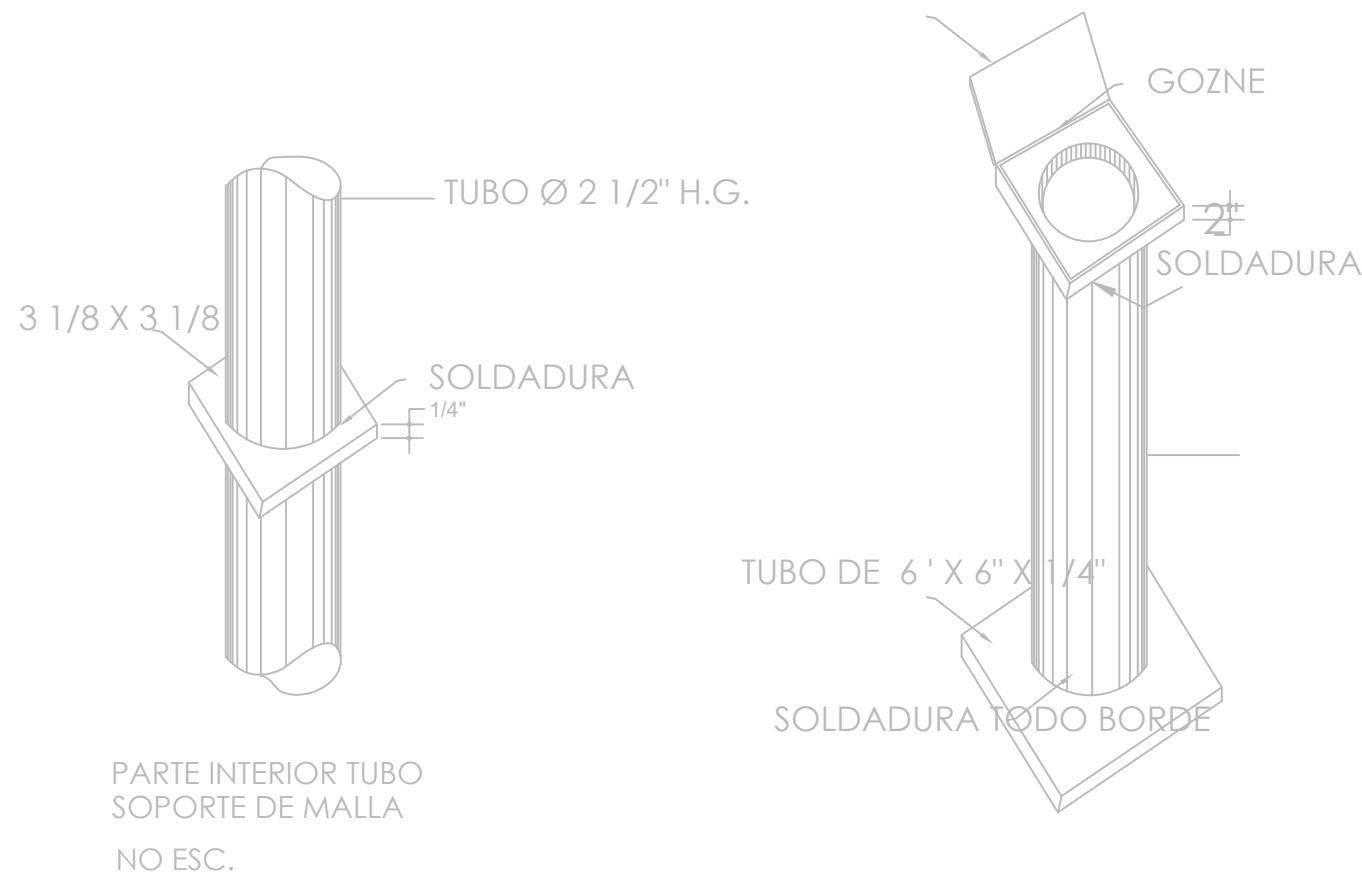


TAPA DE 3 1/8 X 3 1/8 X 1/4

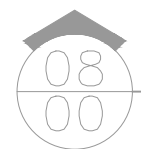


SECCIÓN SOPORTE DE TABLERO

ESC. N/A

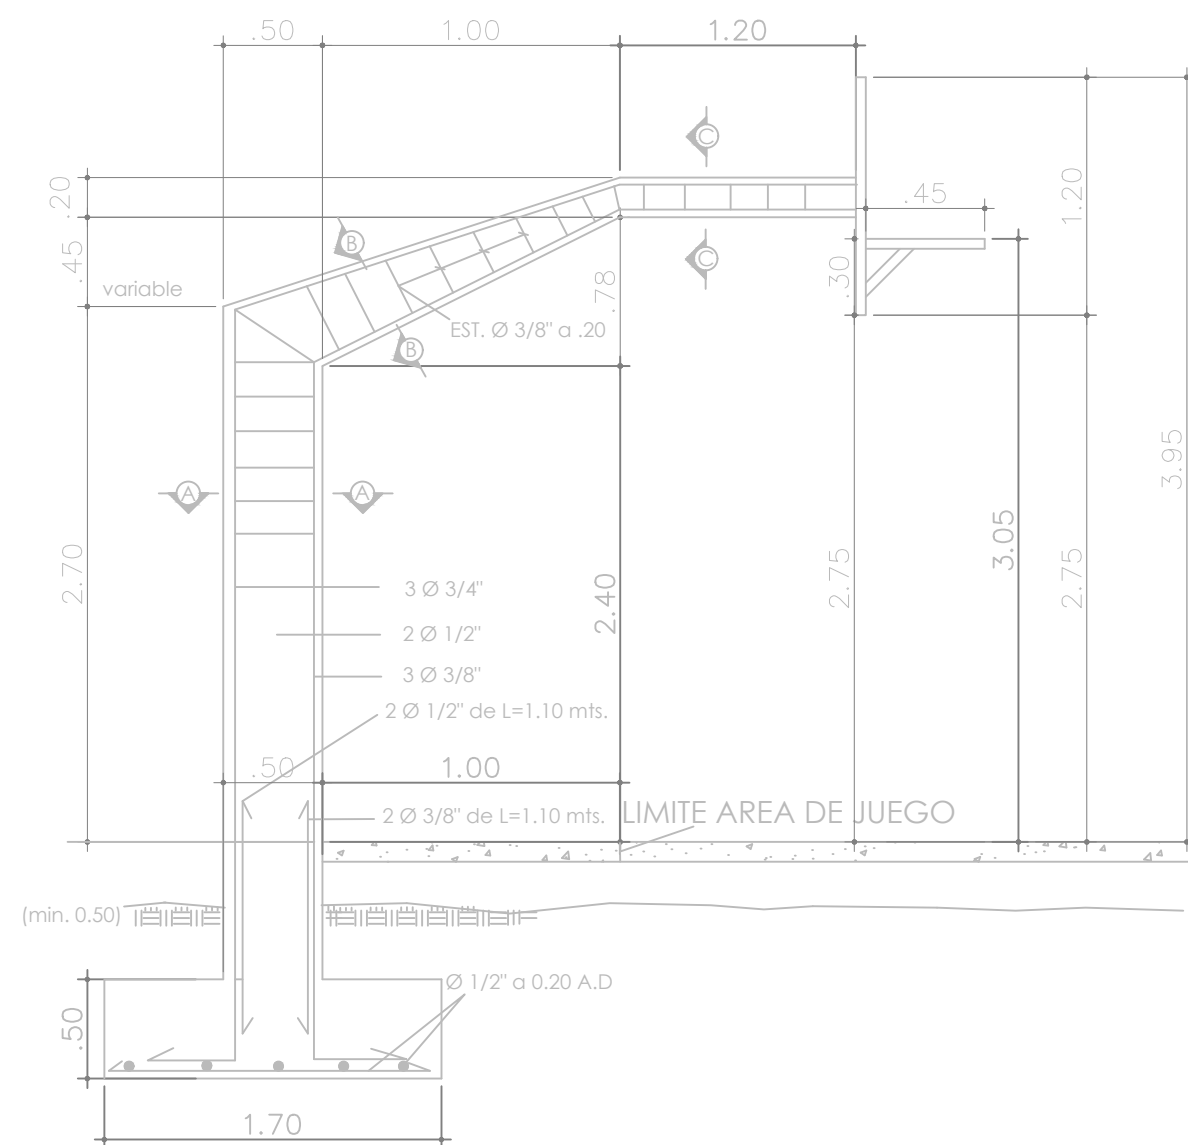

SECCIÓN LONGITUDINAL SOPORTE TABLERO

ESC. N/A

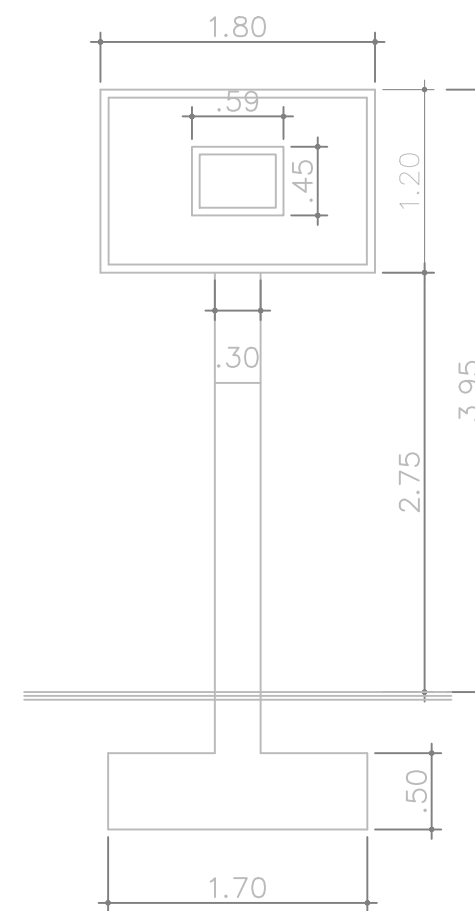


VER DETALLE
(COLOCACIÓN DE TORNILLO)



ELEVACIÓN FRONTAL TABLERO

ESC. N/A

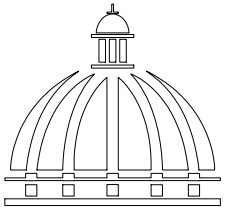

GOBIERNO DE LA
REPÚBLICA DOMINICANA

DIRECCIÓN DE
DESARROLLO PROVINCIAL
DDP

Ave. Dr. Delgado, Esq. Moisés García,
Gazcue, Sto. Dgo., R.D.
TEL.: (809)-364-2189 | FAX.: (809)- 688-1665
E-Mail: info@cpadp.gob.do

PROYECTO:

**"CONSTRUCCIÓN CLUB DEPORTIVO
JUANCHO, D.M. JUANCHO,
PROVINCIA PEDERNALES"**
Republica Dominicana

EQUIPO DE TRABAJO:

DISEÑO ARQUITECTÓNICO
ARQ.

codia 00000

ENC. INGENIERÍA
ING.FIORDALIZA BONIFACIO
codia 00000

ESTRUCTURAL
ING.

codia 00000

ELÉCTRICO
ING. JUAN PEREZ
codia 00000

HIDRO-SANITARIO
ING. FRANCIS ESTEVEZ
codia 00000

SELLO DE APROBACIÓN:

FECHA:

CONTENIDO:

DETALLES DE TABLERO-CANCHA

ESCALA:

1:100

SEPTIEMBRE 2026

NO. PÁGINA:

005



VACIADO Y PULIDO CON HELICÓPTERO.
CORTES CON MÁQUINA EN PAÑOS DE 6.00 X 6.00 MT.

PROYECTO:
"CONSTRUCCIÓN CLUB DEPORTIVO
JUANCHO, D.M. JUANCHO,
PROVINCIA PEDERNALES"
Republica Dominicana

EQUIPO DE TRABAJO:

DISEÑO ARQUITECTÓNICO
ARQ. _____
codia 00000

ENC. INGENIERÍA
ING.FIORDALIZA BONIFACIO
codia 00000

ESTRUCTURAL
ING. _____
codia 00000

ELÉCTRICO
ING. JUAN PEREZ
codia 00000

HIDRO-SANITARIO
ING. FRANCIS ESTEVEZ
codia 00000

SELLO DE APROBACIÓN:

FECHA: _____

CONTENIDO:

DISTRIBUCIÓN DE PAÑO
Y ORDEN DE VACIADO


ESCALA:

1:50

SEPTIEMBRE 2026


NO. PÁGINA:

006

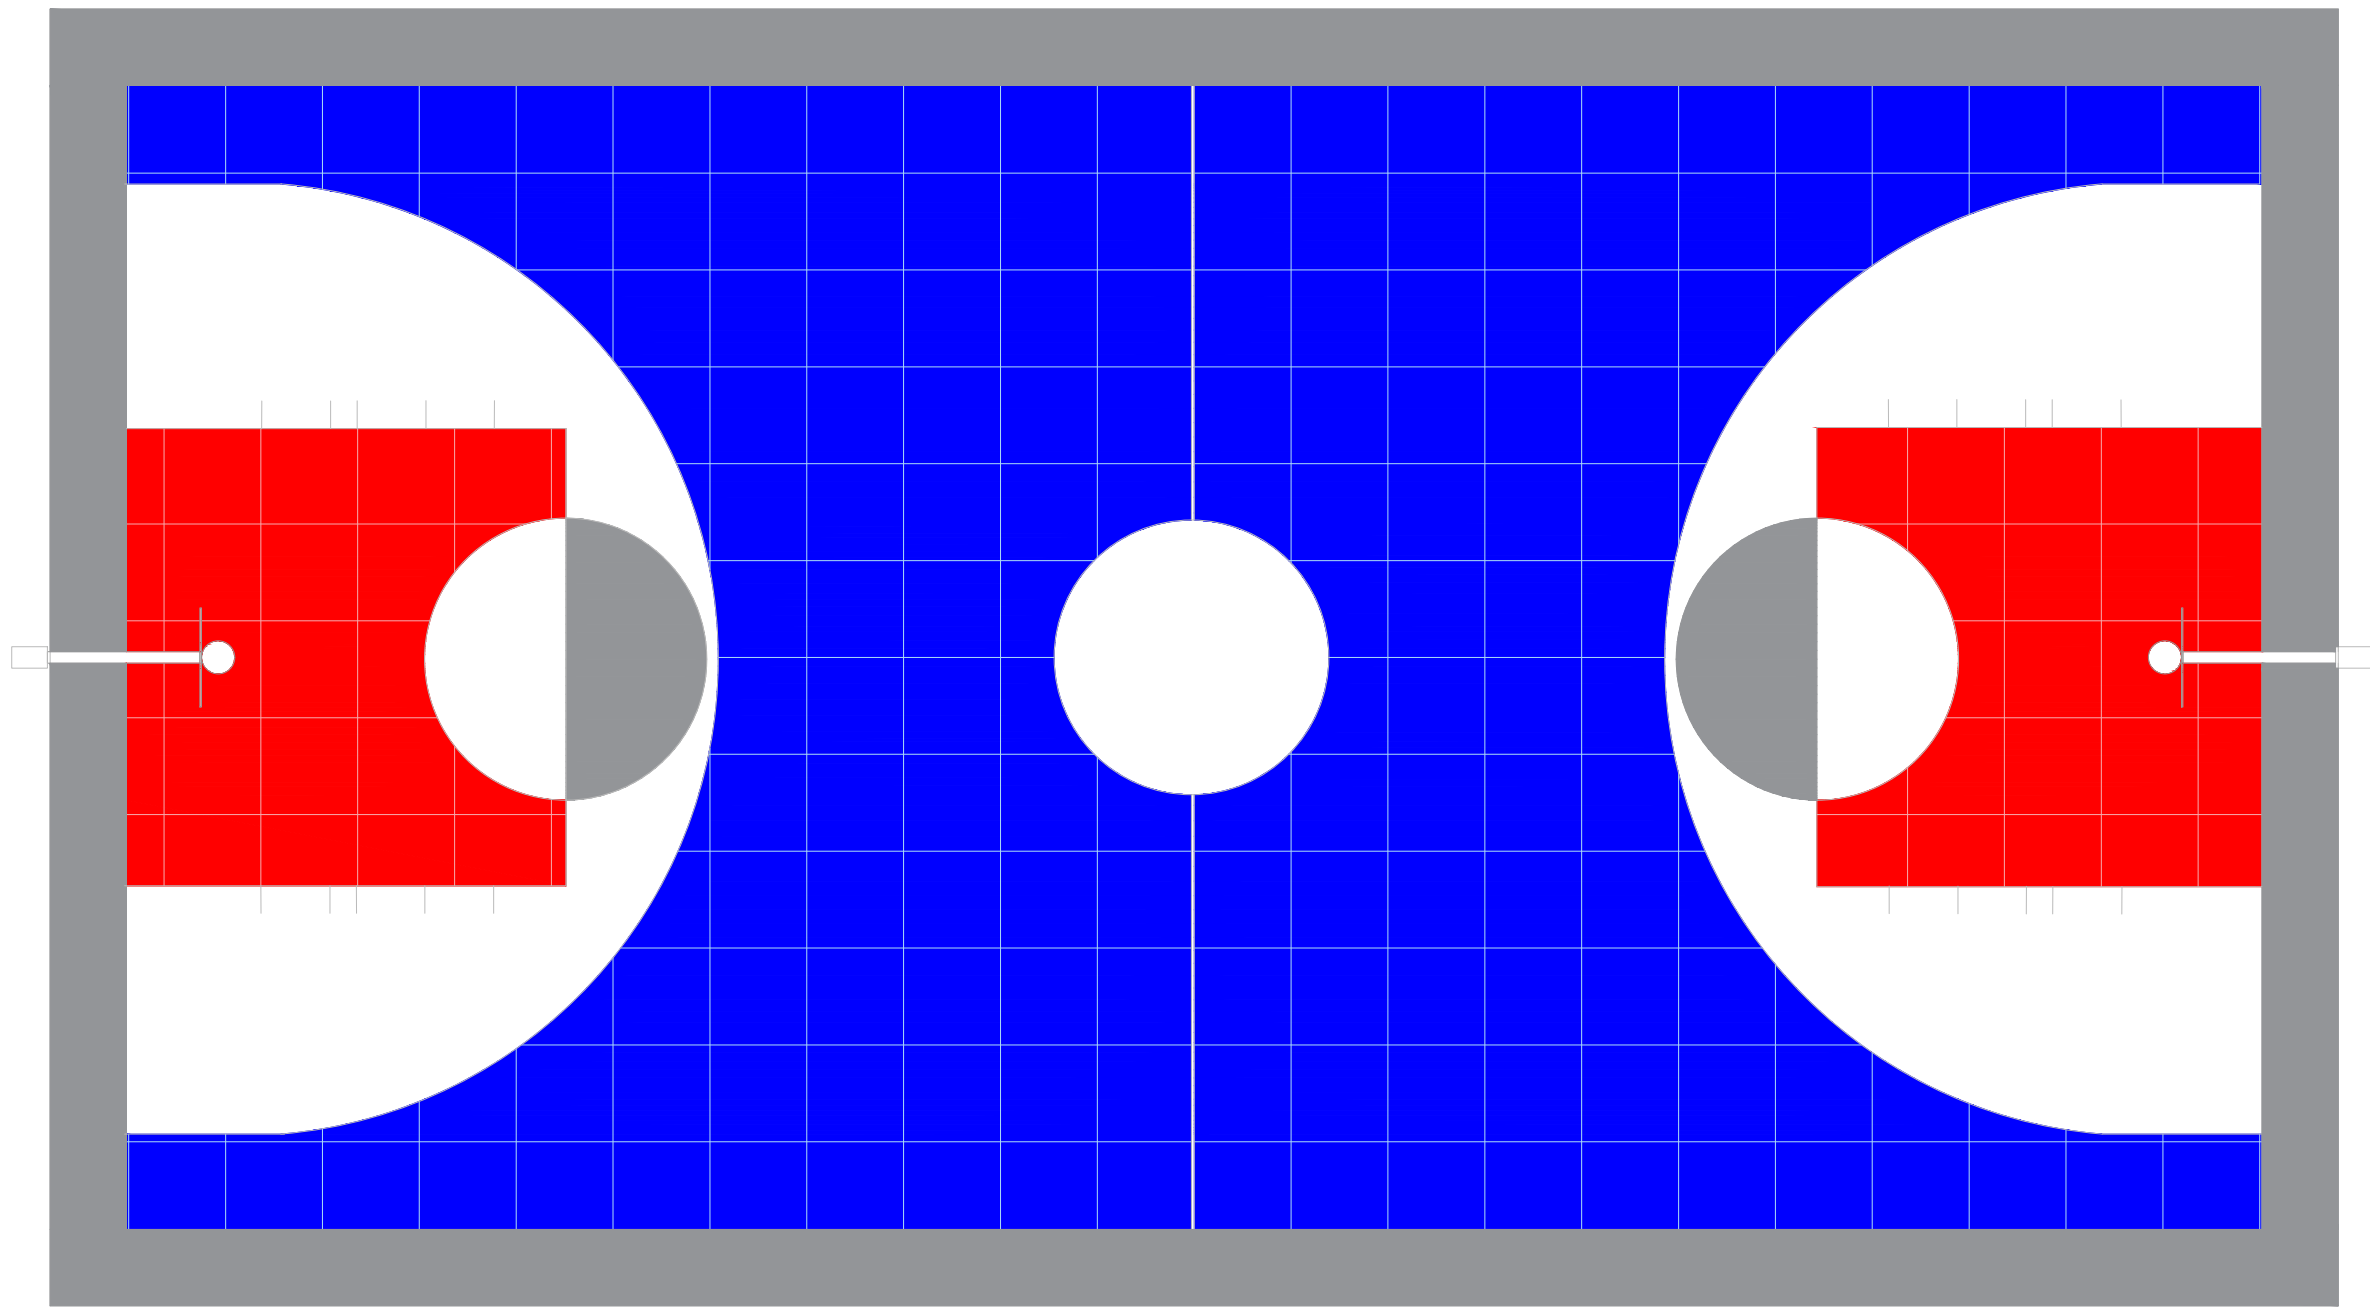

Grafica	Colores
	Gris
	Rojo
	Azul
	Blanco
	Gris Grafito (Lineas)

****NOTA: LOS COLORES EN EL PLANO SOLO SON UNA REPRESENTACION PARA LA APLICACION DE COLORES. GUIARSE DE LOS CODIGOS QUE ESTAN EN LA HOJA**

 

PROYECTO:
**"CONSTRUCCIÓN CLUB DEPORTIVO
JUANCHO, D.M. JUANCHO,
PROVINCIA PEDERNALES"**
Republica Dominicana

EQUIPO DE TRABAJO:

DISEÑO ARQUITECTÓNICO
ARQ. _____
codia 00000

ENC. INGENIERÍA
ING.FIORDALIZA BONIFACIO
codia 00000

ESTRUCTURAL
ING. _____
codia 00000

ELÉCTRICO
ING. JUAN PEREZ
codia 00000

HIDRO-SANITARIO
ING. FRANCIS ESTEVEZ
codia 00000

SELLO DE APROBACIÓN:

FECHA: _____

CONTENIDO:
**DETALLES ESPECIFICACIONES DE
TABLONCILLO SINTETICO**

ESCALA:
1:100

SEPTIEMBRE 2026

NO. PÁGINA:
007

PROYECTO:
**"CONSTRUCCIÓN CLUB DEPORTIVO
JUANCHO, D.M. JUANCHO,
PROVINCIA PEDERNALES"**
Republica Dominicana

EQUIPO DE TRABAJO:

DISEÑO ARQUITECTÓNICO
ARQ. _____
codia 00000

ENC. INGENIERÍA
ING.FIORDALIZA BONIFACIO
codia 00000

ESTRUCTURAL
ING. _____
codia 00000

ELÉCTRICO
ING. JUAN PEREZ
codia 00000

HIDRO-SANITARIO
ING. FRANCIS ESTEVEZ
codia 00000

SELLO DE APROBACIÓN:

FECHA: _____

CONTENIDO:

GRADAS


ESCALA:

1:75


SEPTIEMBRE 2026

NO. PÁGINA:

 008



 **VISTA EN PLANTA - GRADAS**
ESC. 1:50

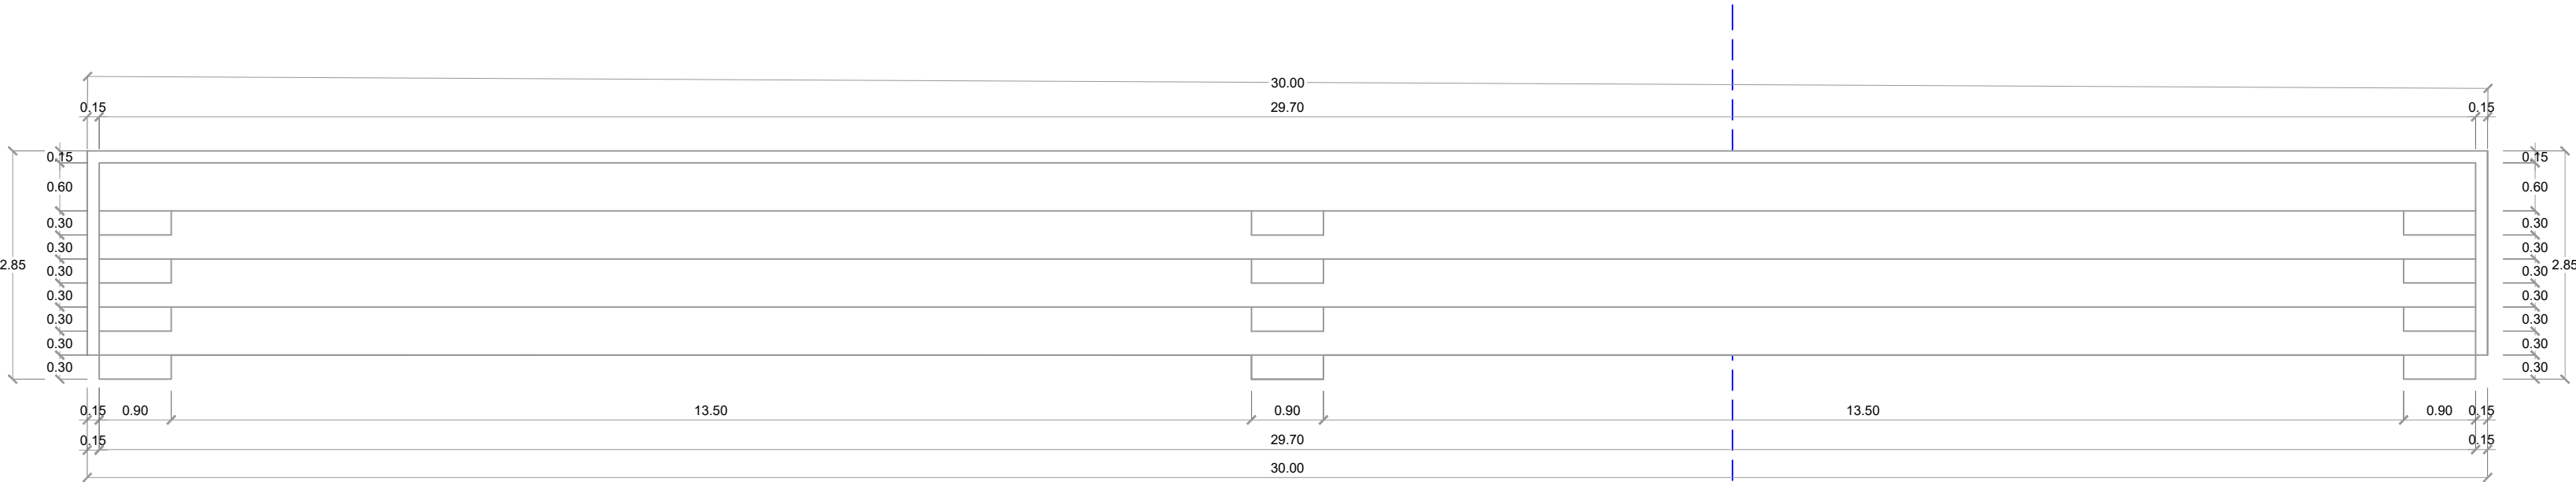

 **PLANTA ARQUITECTÓNICA DIMENSIONADO - GRADAS**
ESC. 1:50

PROYECTO:
**"CONSTRUCCIÓN CLUB DEPORTIVO
JUANCHO, D.M. JUANCHO,
PROVINCIA PEDERNALES"**
Republica Dominicana

EQUIPO DE TRABAJO:

DISEÑO ARQUITECTÓNICO
ARQ.

codia 00000

ENC. INGENIERÍA
ING.FIORDALIZA BONIFACIO
codia 00000

ESTRUCTURAL
ING.
codia 00000

ELÉCTRICO
ING. JUAN PEREZ
codia 00000

HIDRO-SANITARIO
ING. FRANCIS ESTEVEZ
codia 00000

SELLO DE APROBACIÓN:

FECHA:

CONTENIDO:

DETALLE DE GRADAS


ESCALA:

1:75


SEPTIEMBRE 2026

NO. PÁGINA:


009

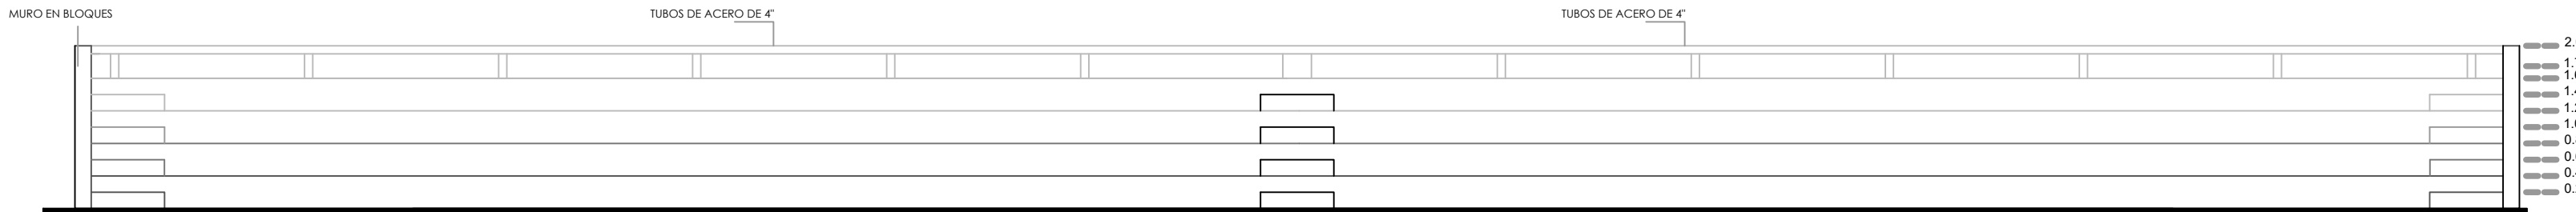


 **ELEVACIÓN FRONTAL - GRADAS**
ESC. 1:50

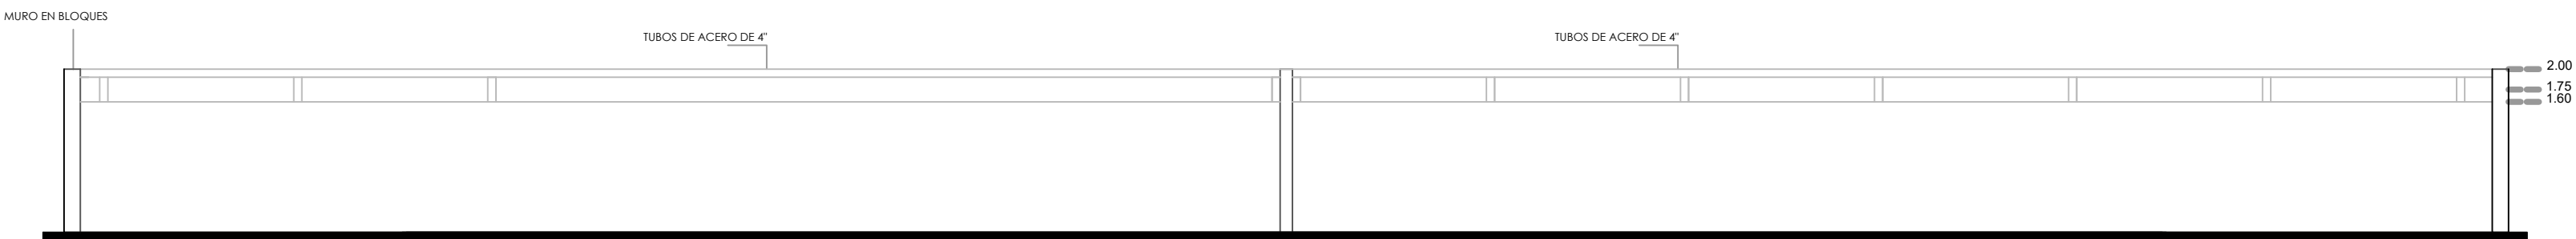


 **ELEVACIÓN POSTERIOR - GRADAS**
ESC. 1:50

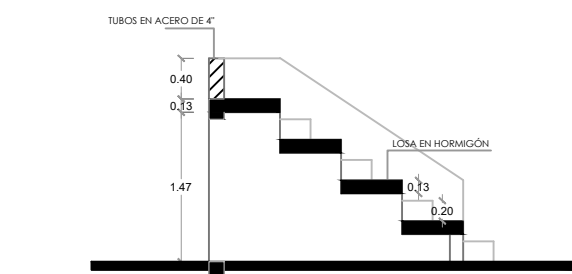


 **SECCIÓN A-A**
ESC. 1:50

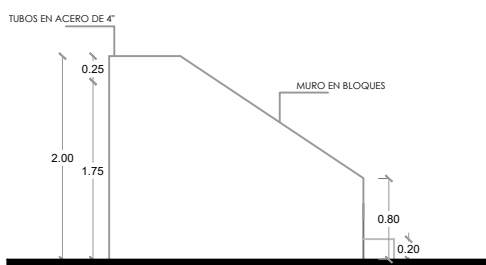

 **ELEVACIÓN LATERAL IZQ.**
ESC. 1:50

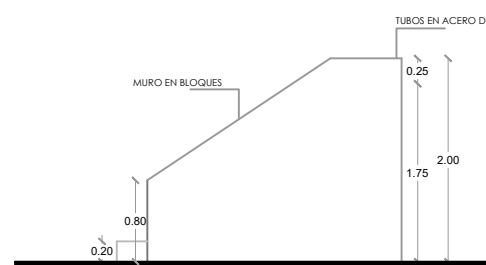

 **ELEVACIÓN LATERAL DER.**
ESC. 1:50

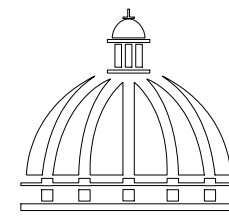

GOBIERNO DE LA
REPÚBLICA DOMINICANA

DIRECCIÓN DE
DESARROLLO PROVINCIAL
DDP

Ave. Dr. Delgado, Esq. Moisés García,
Gazcue, Sto. Dgo., R.D.
TEL.: (809)-364-2189 | FAX.: (809)- 688-1665
E-Mail: info@cpadp.gob.do

PROYECTO:
**"CONSTRUCCIÓN CLUB DEPORTIVO
JUANCHO, D.M. JUANCHO,
PROVINCIA PEDERNALES"**
Republica Dominicana

EQUIPO DE TRABAJO:

DISEÑO ARQUITECTÓNICO
ARQ. _____
codia 00000

ENC. INGENIERÍA
ING.FIORDALIZA BONIFACIO
codia 00000

ESTRUCTURAL
ING. _____
codia 00000

ELÉCTRICO
ING. JUAN PEREZ
codia 00000

HIDRO-SANITARIO
ING. FRANCIS ESTEVEZ
codia 00000

SELLO DE APROBACIÓN:

FECHA: _____

CONTENIDO:

GRADAS



ESCALA:

1:75


SEPTIEMBRE 2026

NO. PÁGINA:


010

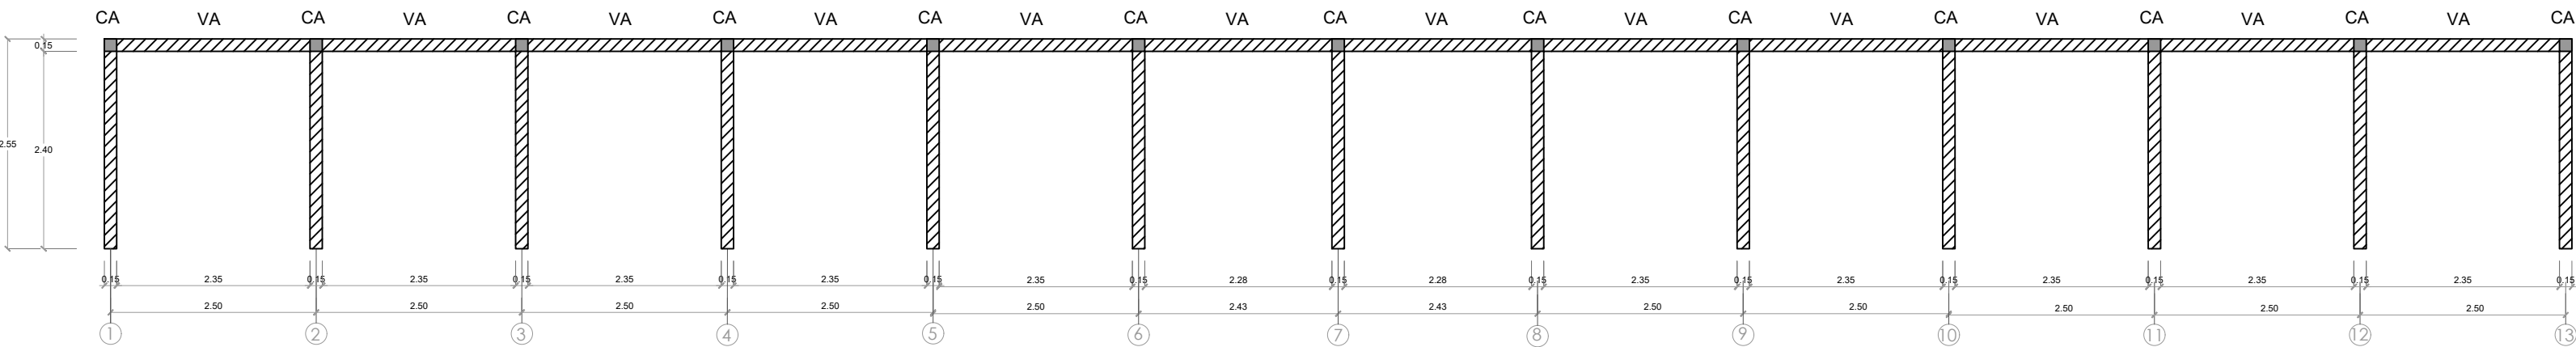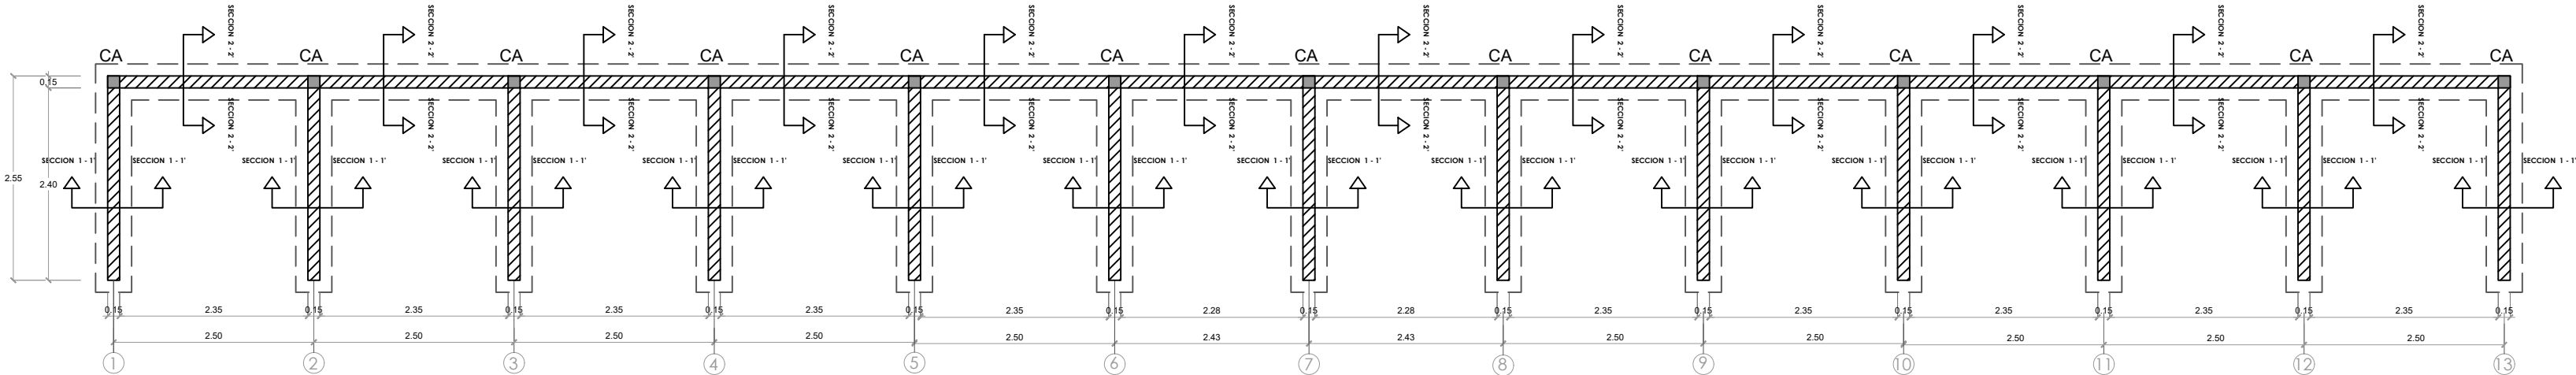

PLANTA ESTRUCTURAL DE GRADA
ESC. 1:50

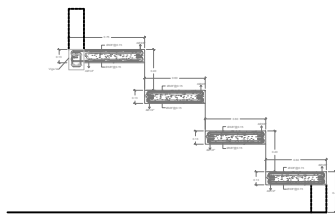

SECCIÓN LOSA - GRADA
ESC. 1:50

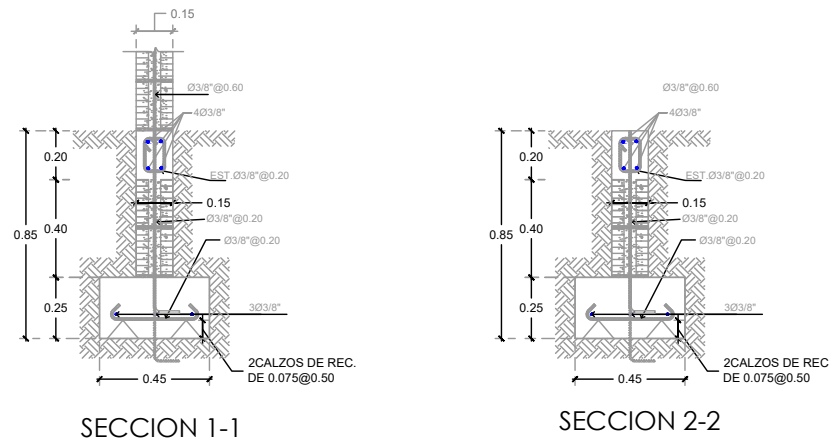

DETALLE ZAPATA
ESC. 1:50

PROYECTO:
**"CONSTRUCCIÓN CLUB DEPORTIVO
JUANCHO, D.M. JUANCHO,
PROVINCIA PEDERNALES"**
Republica Dominicana

EQUIPO DE TRABAJO:

DISEÑO ARQUITECTÓNICO
ARQ.

codia 00000

ENC. INGENIERÍA
ING. FIORDALIZA BONIFACIO
codia 00000

ESTRUCTURAL
ING.
codia 00000

ELÉCTRICO
ING. JUAN PEREZ
codia 00000

HIDRO-SANITARIO
ING. FRANCIS ESTEVEZ
codia 00000

SELLO DE APROBACIÓN:

FECHA:

CONTENIDO:

BANQUETAS


ESCALA:

1:15


SEPTIEMBRE 2026

NO. PÁGINA:

011

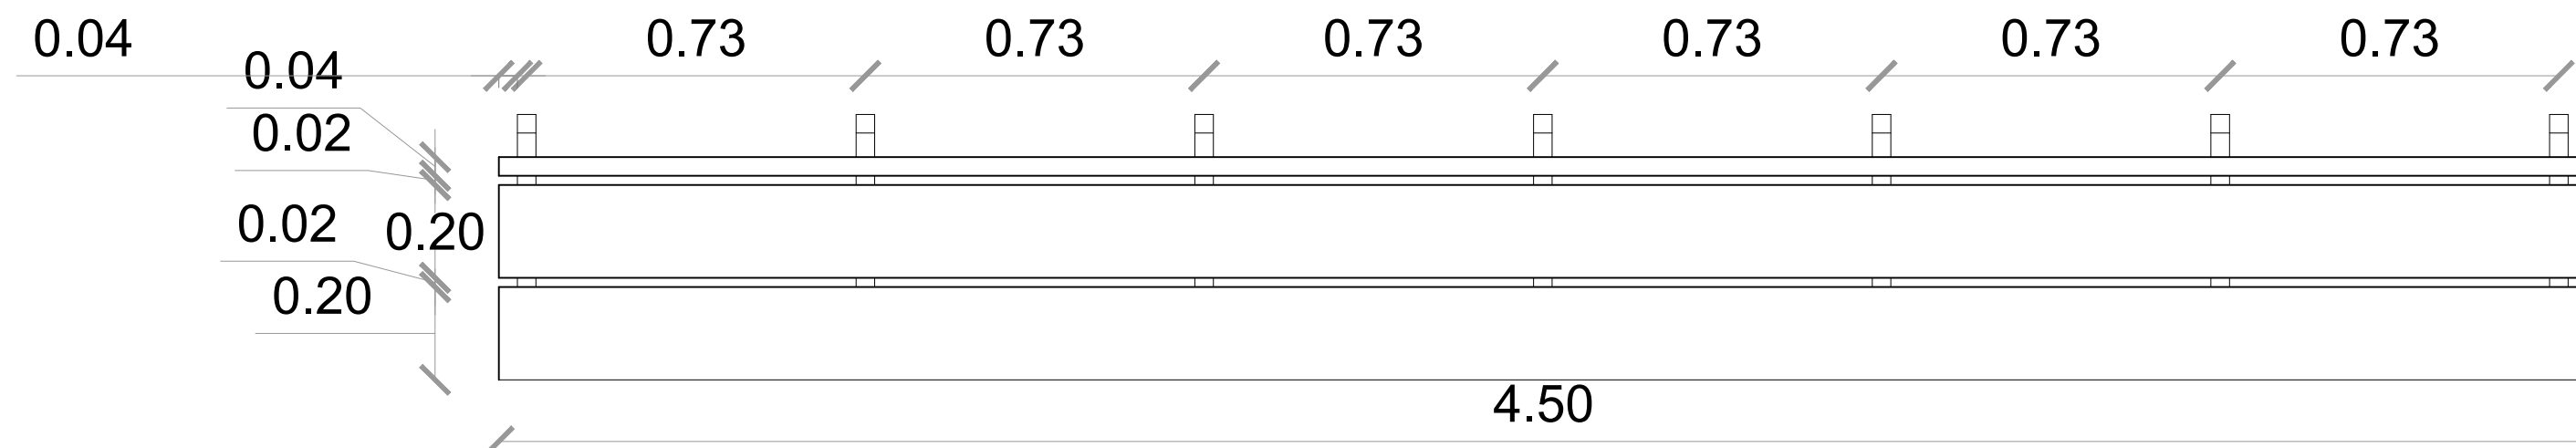

 **PLANTA**
ESC. 1:15

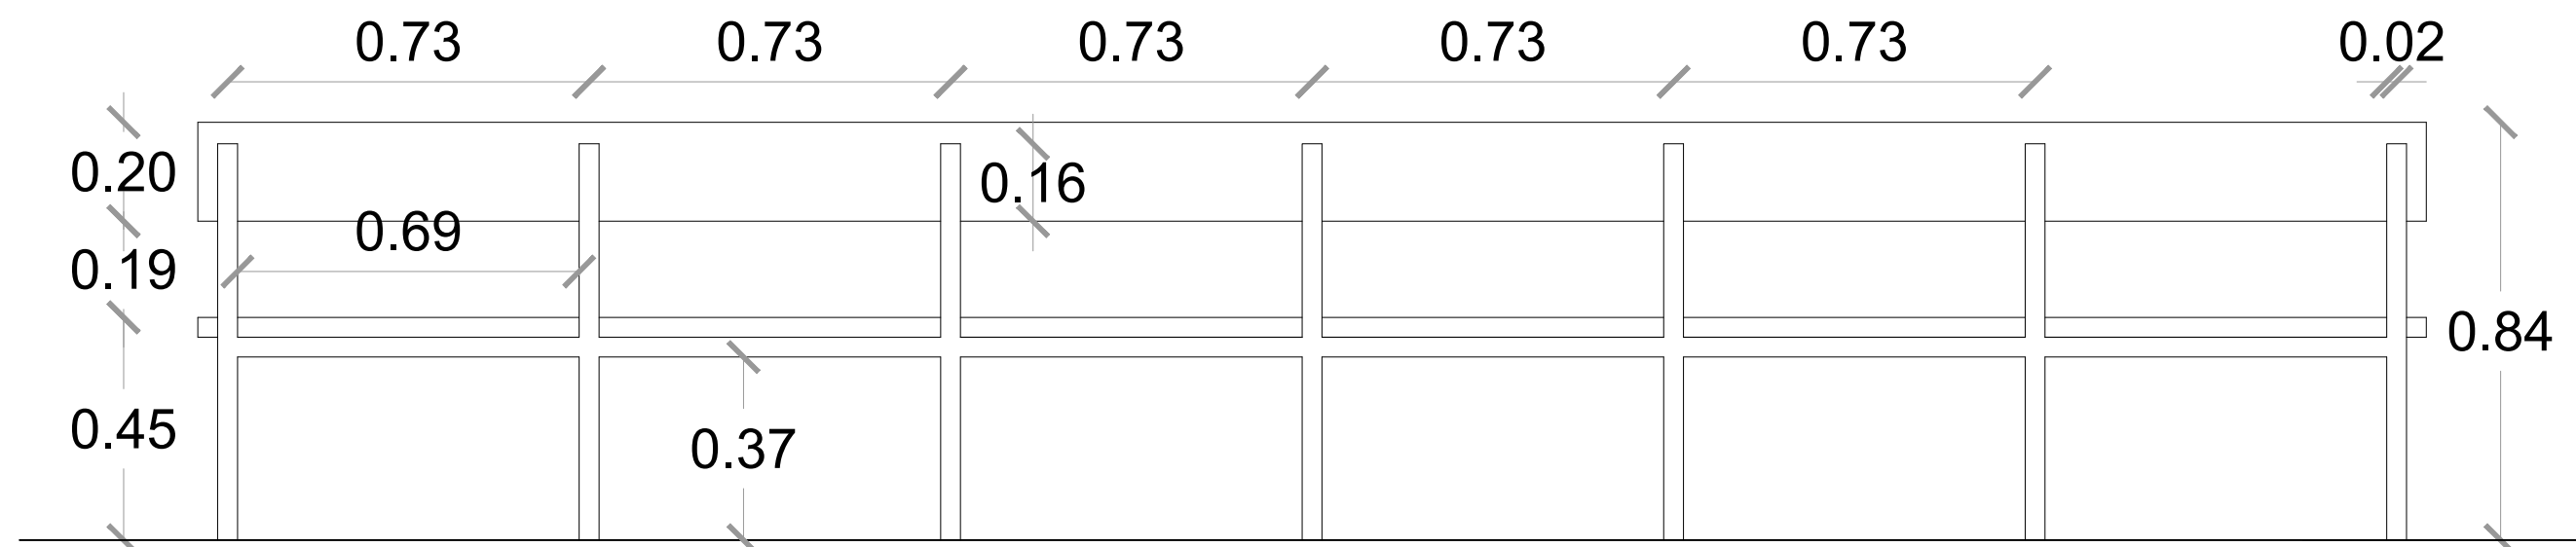



 **ELEVACIÓN POSTERIOR**
ESC. 1:15

 **SECCIÓN TRANSVERSAL - BANQUETAS**
ESC. 1:15


Acero laminado pintado,
seccion cuadrada
4 cm x 4

Tablas
laqueadas
1 1/2" x 8"

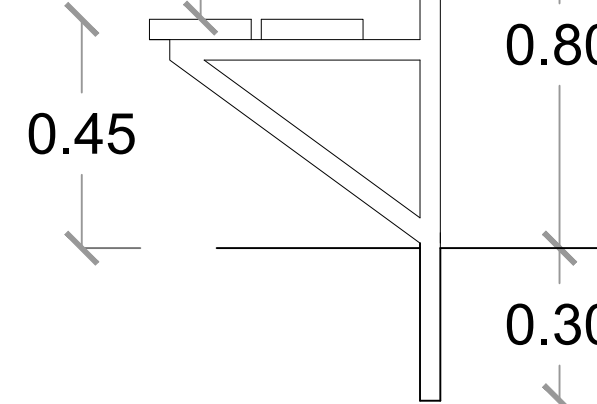


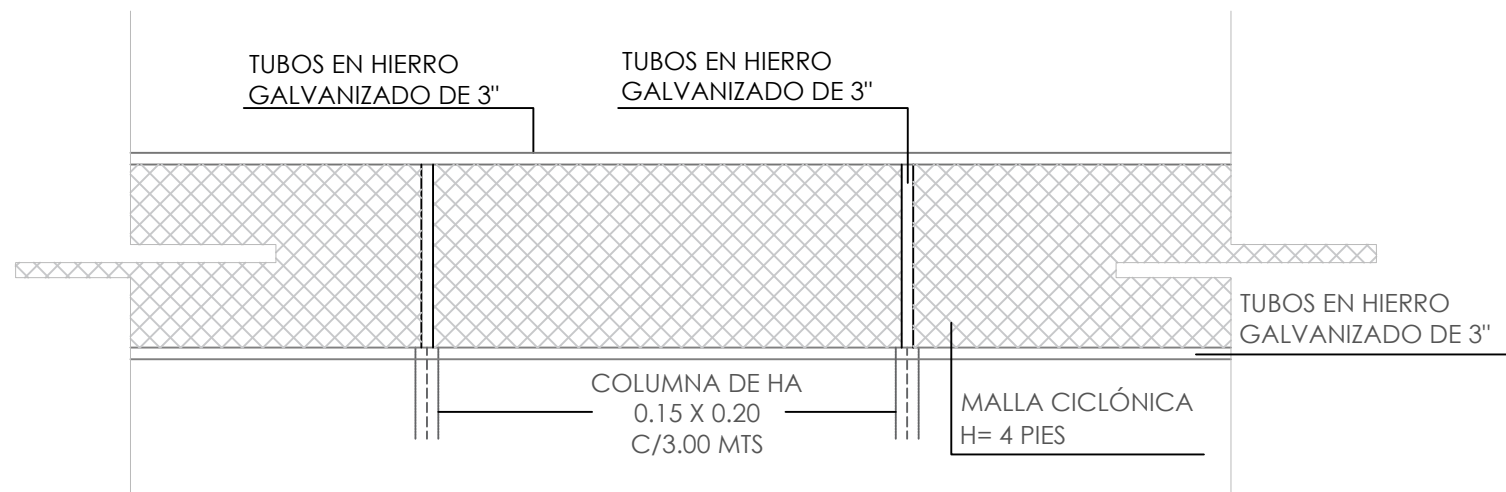




11 00 ELEVACIÓN
ESC. 1:30

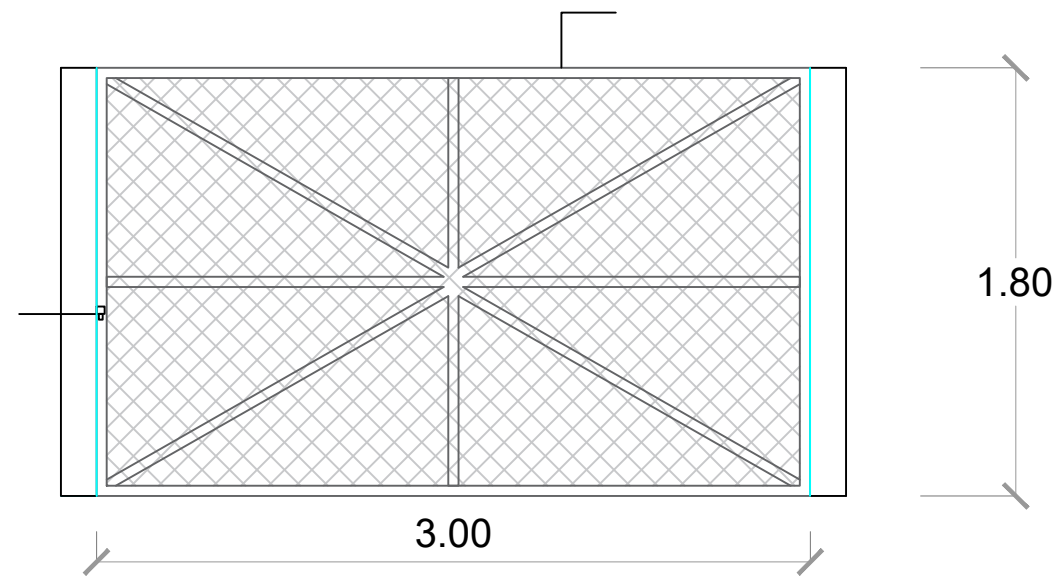

11 00 PUERTA MALLA CICLÓNICA
ESC. 1:30

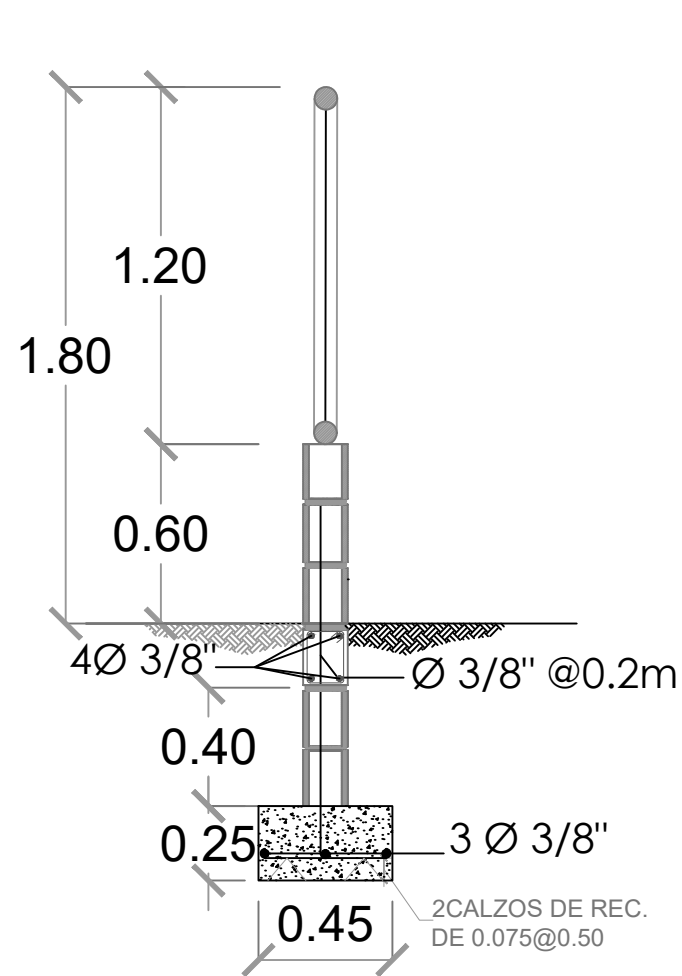


11 00 MUROS EN BLOQUES Y MALLA CICLÓNICA
ESC. 1:30

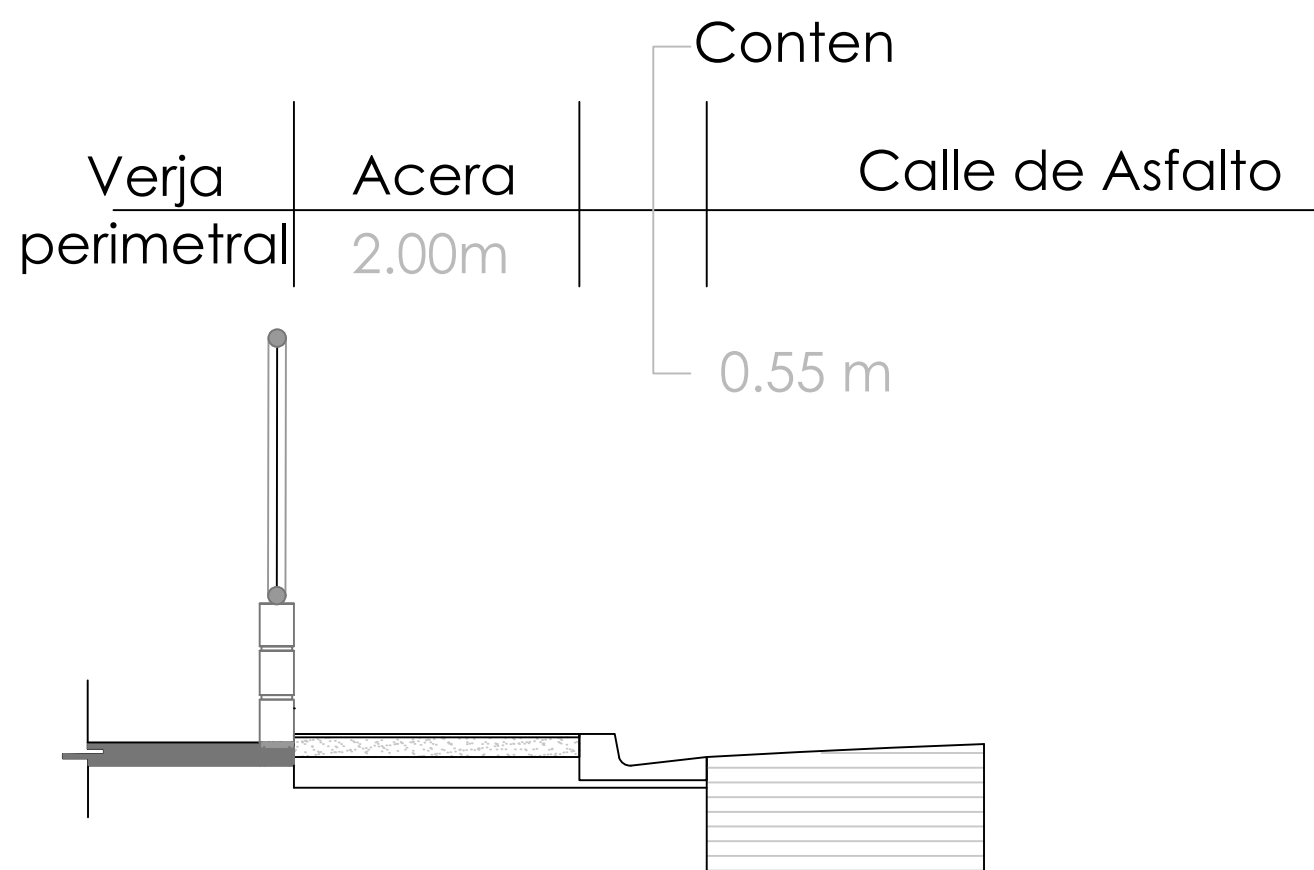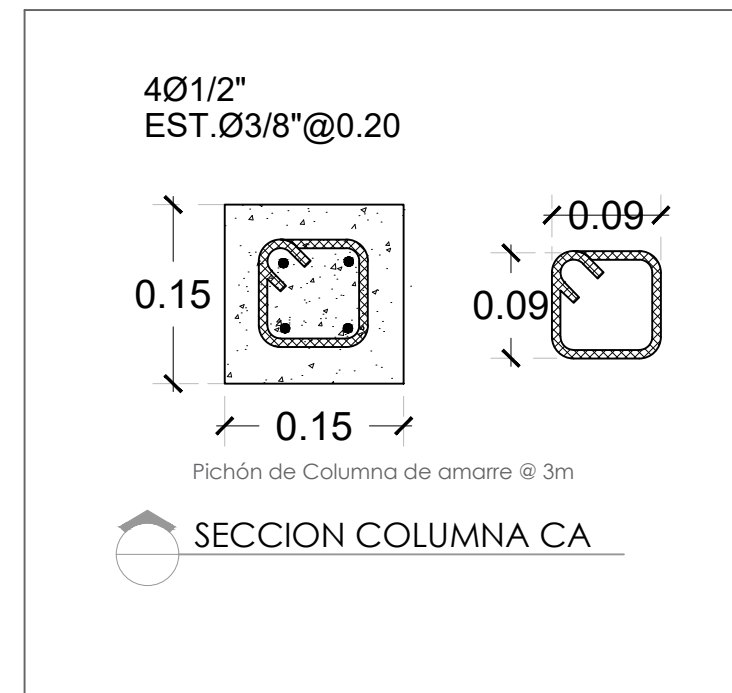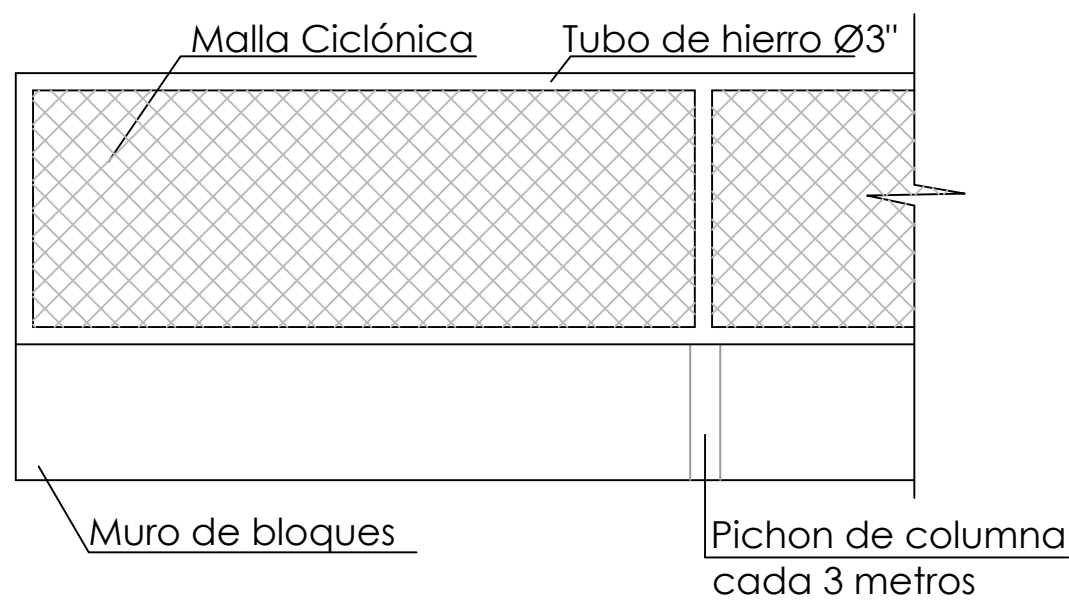

11 00 DETALLES ACERAS Y CONTENES
ESC. 1:30

DETALLES DE VERJA PERIMETRAL
ESC. 1:75

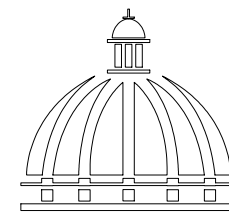

GOBIERNO DE LA
REPÚBLICA DOMINICANA

DIRECCIÓN DE
DESARROLLO PROVINCIAL
DDP

Ave. Dr. Delgado, Esq. Moises García,
Gazcue, Sto. Dgo., R.D.
TEL.: (809)-364-2189 | FAX.: (809)- 688-1665
E-Mail: info@cpadp.gob.do

PROYECTO:
"CONSTRUCCIÓN CLUB DEPORTIVO
JUANCHO, D.M. JUANCHO,
PROVINCIA PEDERNALES"
Republica Dominicana

EQUIPO DE TRABAJO:

DISEÑO ARQUITECTÓNICO
ARQ. _____
codia 00000

ENC. INGENIERÍA
ING.FIORDALIZA BONIFACIO
codia 00000

ESTRUCTURAL
ING. _____
codia 00000

ELÉCTRICO
ING. JUAN PEREZ
codia 00000

HIDRO-SANITARIO
ING. FRANCIS ESTEVEZ
codia 00000

SELLO DE APROBACIÓN:

FECHA: _____

CONTENIDO:

DETALLES VERJA PERIMETRAL

ESCALA:
1:50

SEPTIEMBRE 2026

NO. PÁGINA:

012

PROYECTO:
**"CONSTRUCCIÓN CLUB DEPORTIVO
JUANCHO, D.M. JUANCHO,
PROVINCIA PEDERNALES"**
Republica Dominicana

EQUIPO DE TRABAJO:

DISEÑO ARQUITECTÓNICO
ARQ.

codia 00000

ENC. INGENIERÍA
ING.FIORDALIZA BONIFACIO
codia 00000

ESTRUCTURAL
ING.

codia 00000

ELÉCTRICO
ING. JUAN PEREZ
codia 00000

HIDRO-SANITARIO
ING. FRANCIS ESTEVEZ
codia 00000

SELLO DE APROBACIÓN:

FECHA:

CONTENIDO:

PLANTA DE TECHO


ESCALA:

1:30

SEPTIEMBRE 2026

NO. PÁGINA:

013

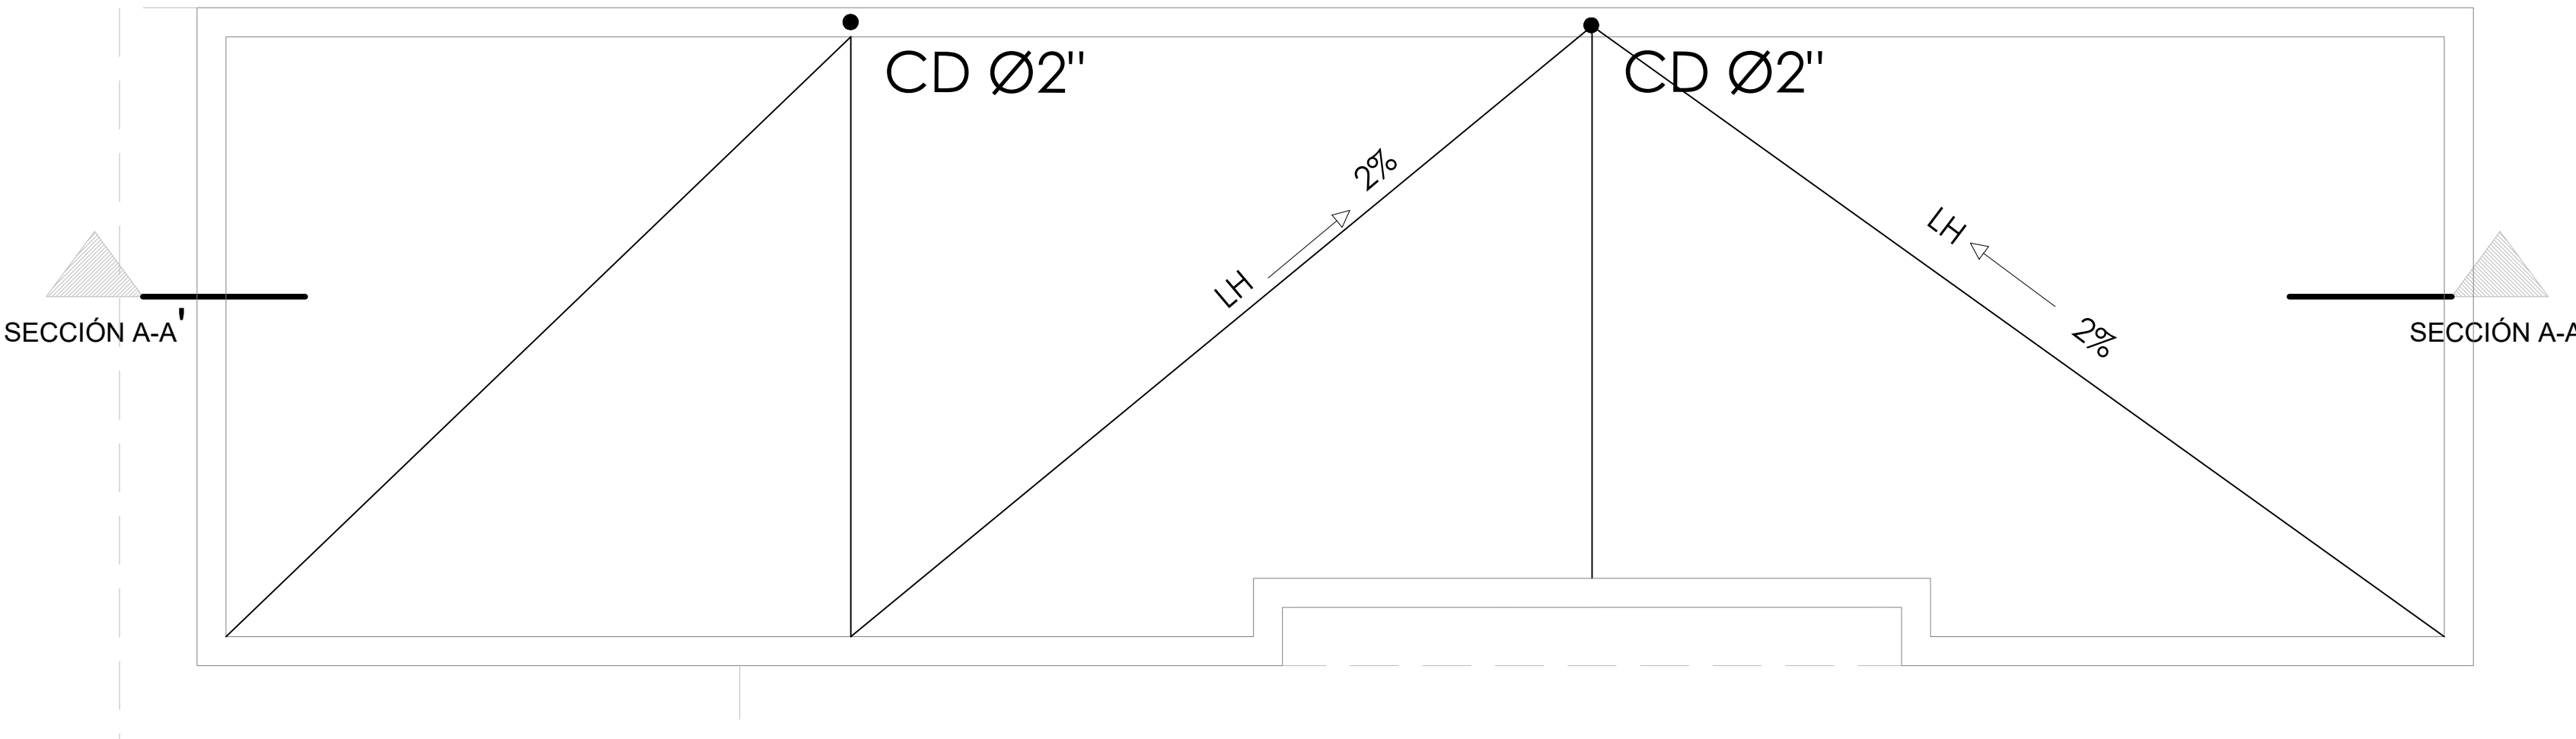



DIRECCIÓN DE
DESARROLLO PROVINCIAL
DDP

Ave. Dr. Delgado, Esq. Moises García,
Gazcue, Sto. Dgo., R.D.
TEL.: (809)-364-2189 | FAX.: (809)- 688-1665
E-Mail: info@cpadp.gob.do

PROYECTO:

**"CONSTRUCCIÓN CLUB DEPORTIVO
JUANCHO, D.M. JUANCHO,
PROVINCIA PEDERNALES"**
Republica Dominicana

EQUIPO DE TRABAJO:

DISEÑO ARQUITECTÓNICO
ARQ.

codia 00000

ENC. INGENIERÍA

ING.FIORDALIZA BONIFACIO
codia 00000 _____

ESTRUCTURAL

ING.

codia 00000

ELÉCTRICO

ING. JUAN PEREZ

codia 00000

HIDRO-SANITARIO

ING. FRANCIS ESTEVEZ
codia 00000

SELO DE APROBACIÓN:

FECHA:

CONTENIDO:


**PLANTA DE TECHO DIMENSIONADA
-OFICINA , BAÑO, ALMACEN Y
CAFETERIA-**

ESCALA: 1:30

SEPTIEMBRE 2026

NO. PÁGINA:

014

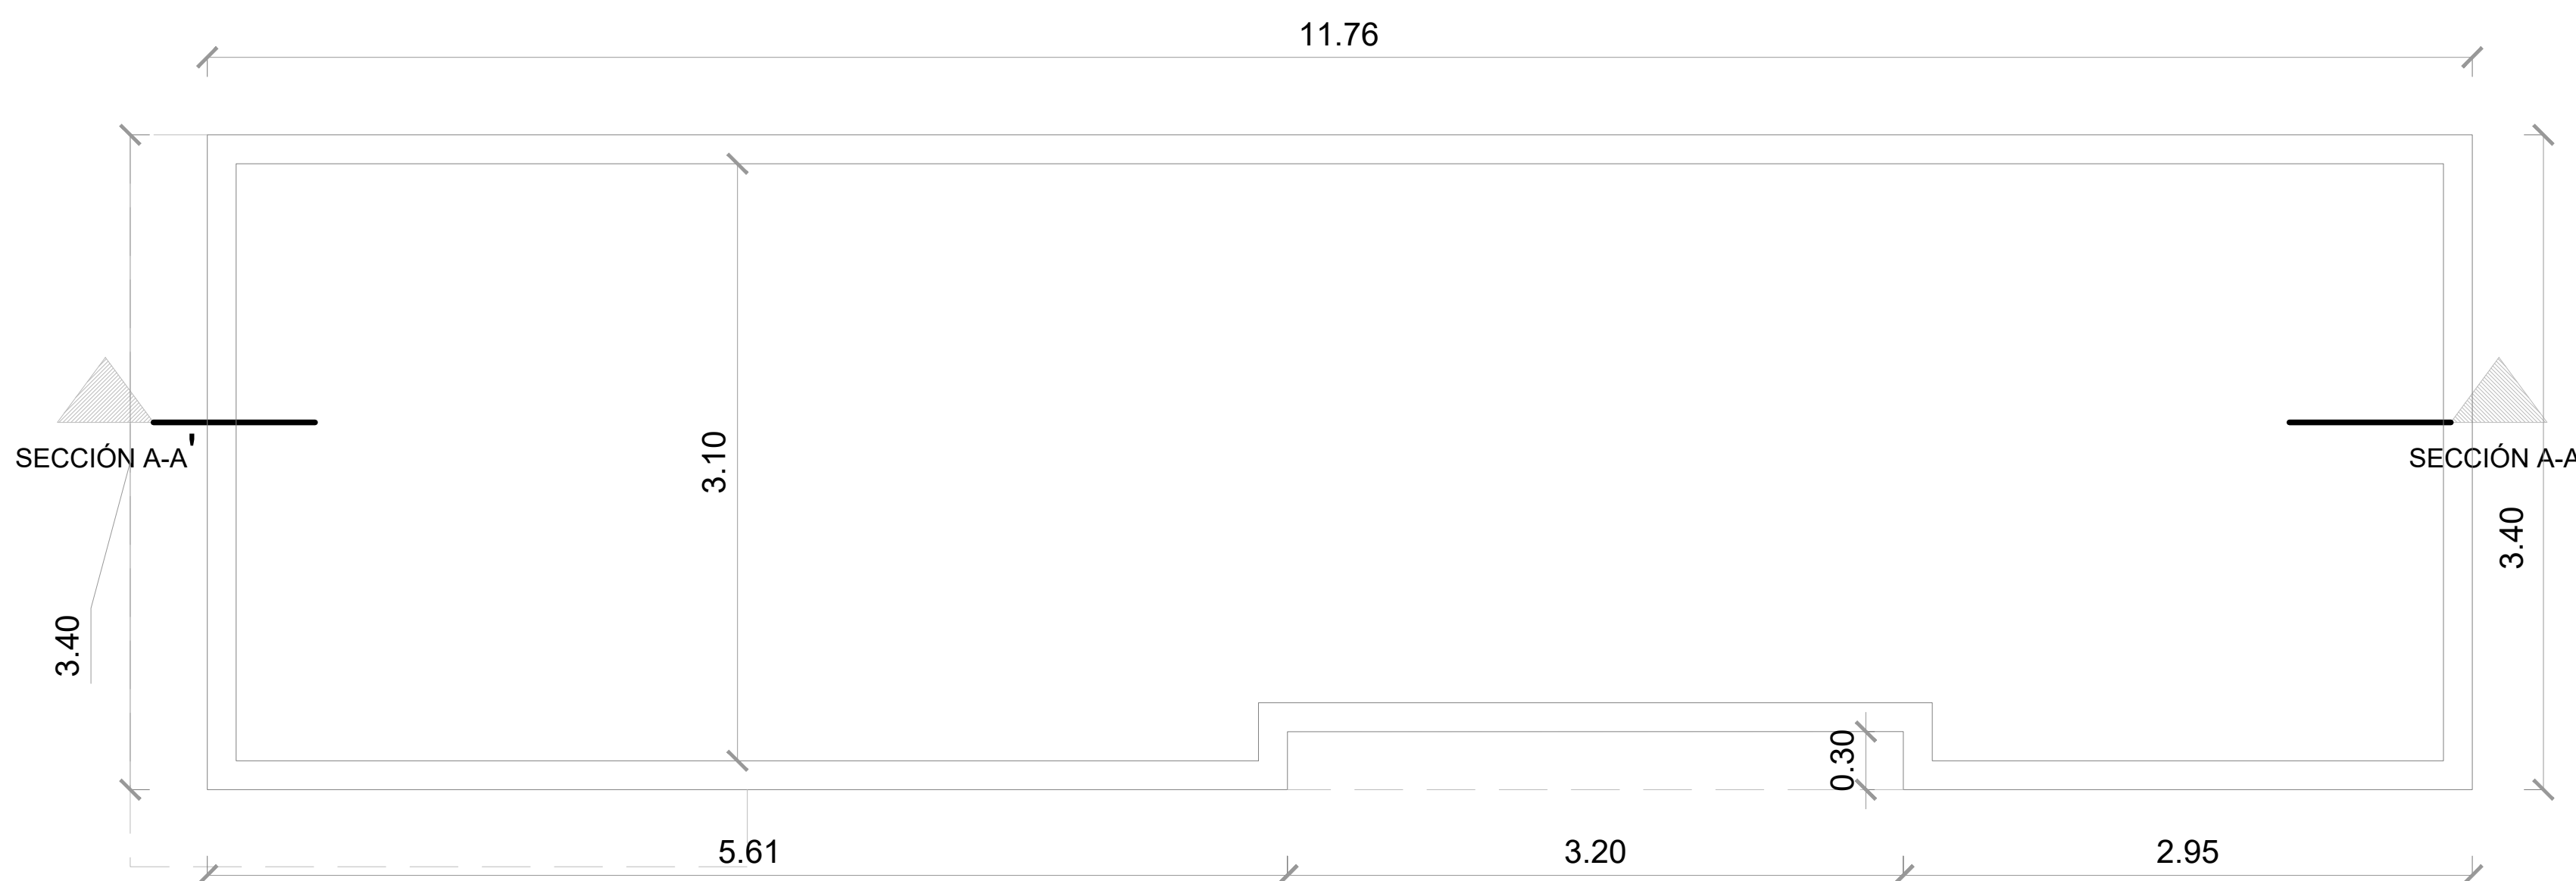

ESC. 1:30

PROYECTO:
**"CONSTRUCCIÓN CLUB DEPORTIVO
JUANCHO, D.M. JUANCHO,
PROVINCIA PEDERNALES"**
Republica Dominicana

EQUIPO DE TRABAJO:

DISEÑO ARQUITECTÓNICO
ARQ. _____
codia 00000

ENC. INGENIERÍA
ING.FIORDALIZA BONIFACIO
codia 00000

ESTRUCTURAL
ING. _____
codia 00000

ELÉCTRICO
ING. JUAN PEREZ
codia 00000

HIDRO-SANITARIO
ING. FRANCIS ESTEVEZ
codia 00000

SELLO DE APROBACIÓN:


FECHA: _____

CONTENIDO:
**PLANTA ARQUITECTÓNICA
AMUEBLADA
- OFICINA , BAÑO, ALMACEN Y
CAFETERIA-**

ESCALA: **1:30**

SEPTIEMBRE 2026

NO. PÁGINA:
015

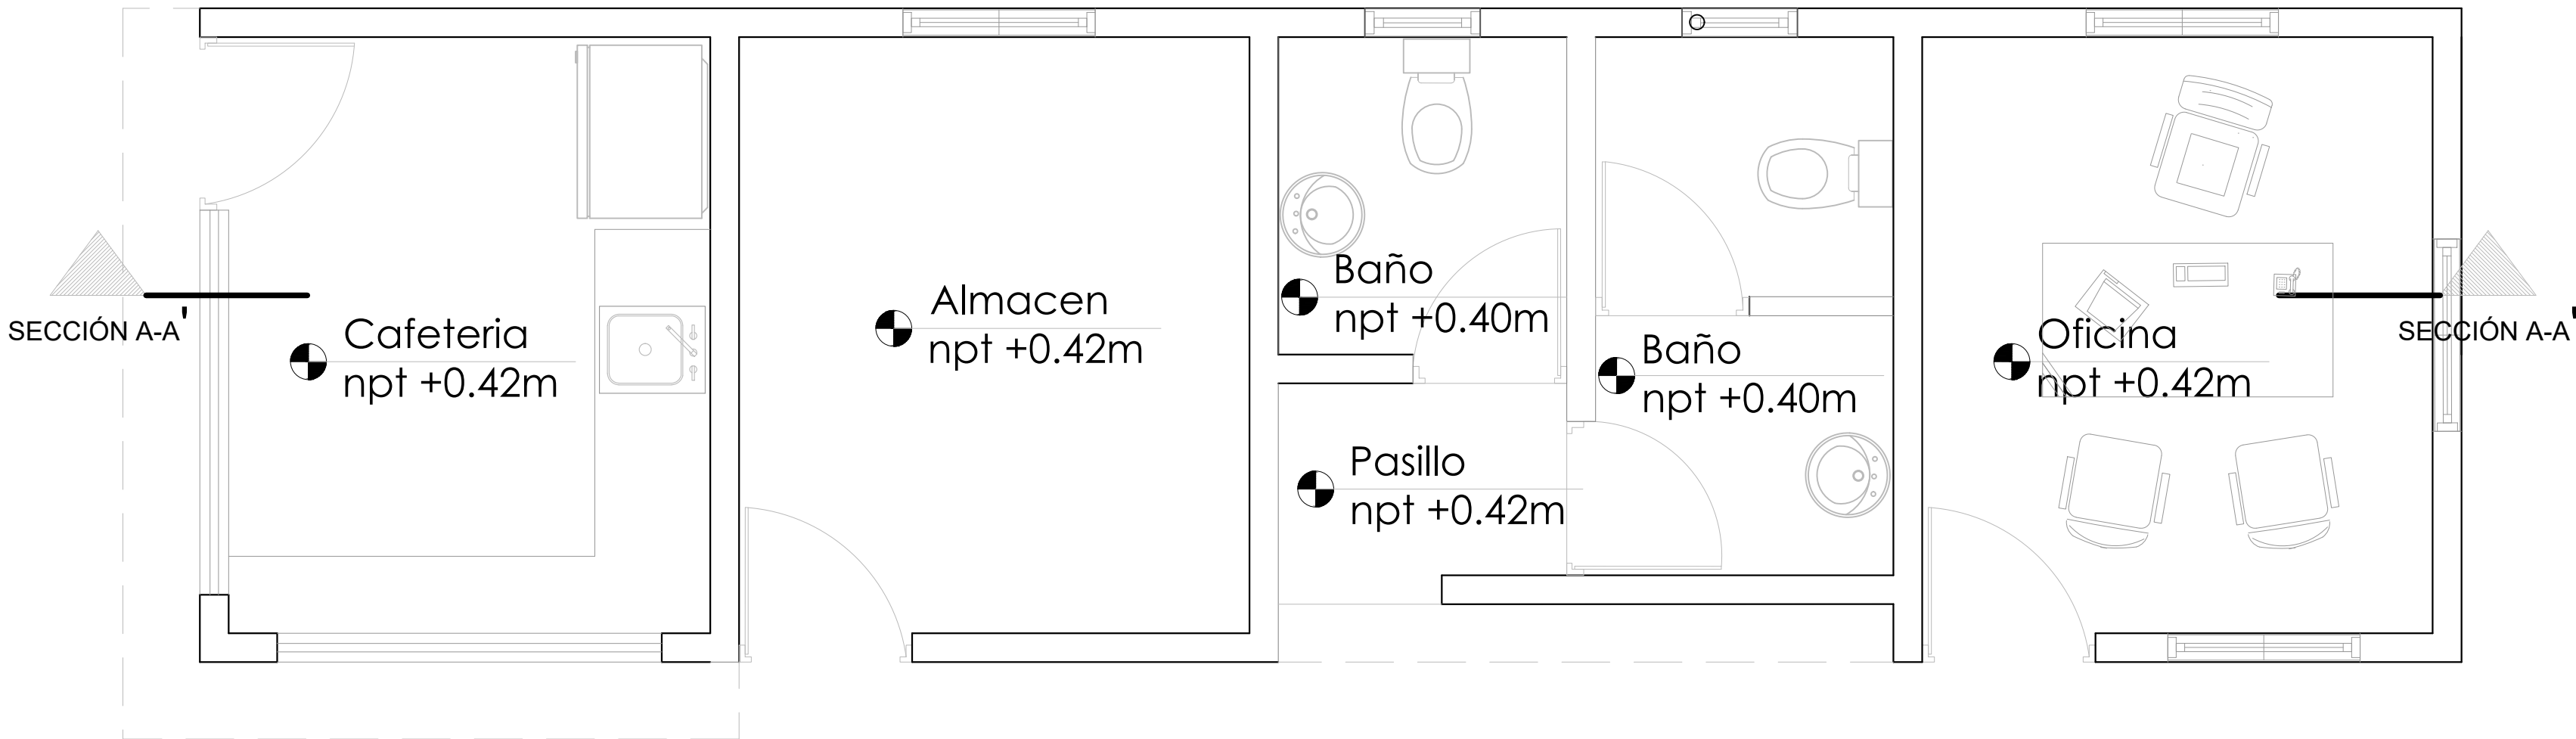

 **PLANTA ARQUITECTÓNICA AMUEBLADA - OFICINA Y BAÑO**
ESC. 1:30

PROYECTO:
**"CONSTRUCCIÓN CLUB DEPORTIVO
JUANCHO, D.M. JUANCHO,
PROVINCIA PEDERNALES"**
Republica Dominicana

EQUIPO DE TRABAJO:

DISEÑO ARQUITECTÓNICO
ARQ. codia 00000

ENC. INGENIERÍA
ING.FIORDALIZA BONIFACIO
codia 00000

ESTRUCTURAL
ING. codia 00000

ELÉCTRICO
ING. JUAN PEREZ
codia 00000

HIDRO-SANITARIO
ING. FRANCIS ESTEVEZ
codia 00000

SELLO DE APROBACIÓN:

FECHA: _____


CONTENIDO:
**PLANTA ARQUITECTÓNICA
DIMENSIONADA
- OFICINA , BAÑO, ALMACEN Y
CAFETERIA-**

ESCALA: **1:30**

SEPTIEMBRE 2026

NO. PÁGINA:

016

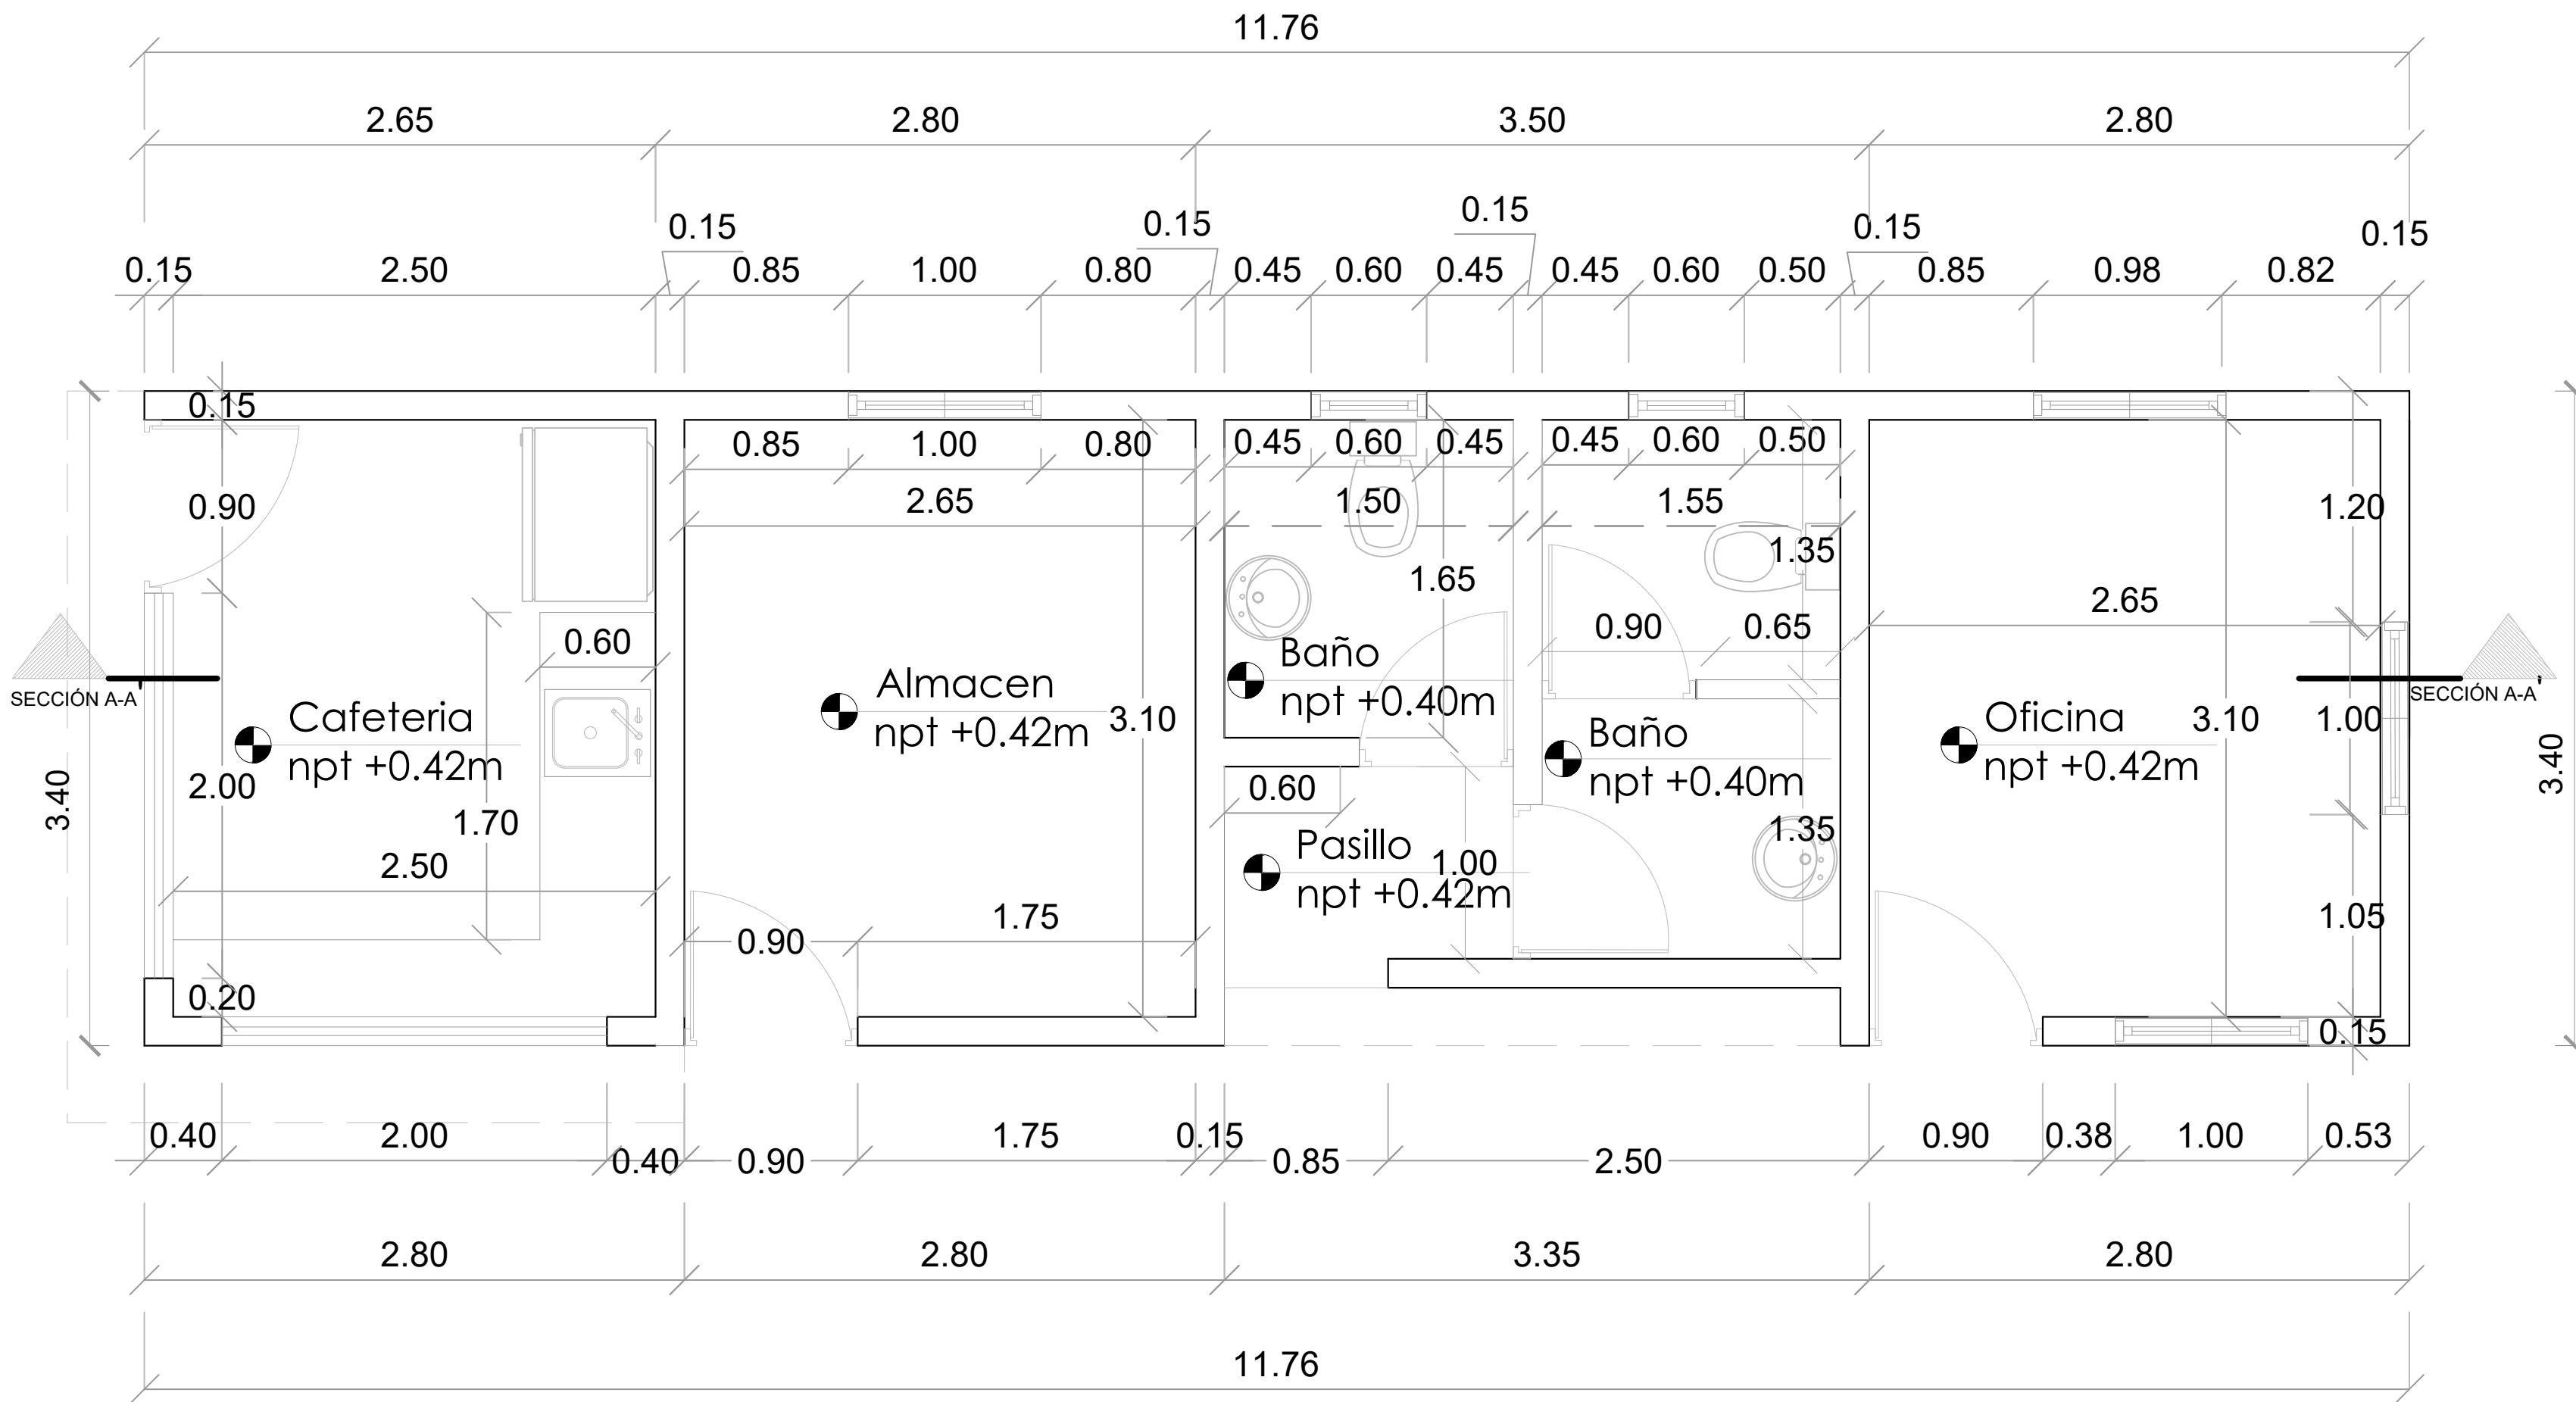

PROYECTO:
**"CONSTRUCCIÓN CLUB DEPORTIVO
JUANCHO, D.M. JUANCHO,
PROVINCIA PEDERNALES"**
Republica Dominicana

EQUIPO DE TRABAJO:

DISEÑO ARQUITECTÓNICO
ARQ. _____
codia 00000

ENC. INGENIERÍA
ING.FIORDALIZA BONIFACIO
codia 00000

ESTRUCTURAL
ING. _____
codia 00000

ELÉCTRICO
ING. JUAN PEREZ
codia 00000

HIDRO-SANITARIO
ING. FRANCIS ESTEVEZ
codia 00000

SELLO DE APROBACIÓN:



FECHA: _____

CONTENIDO:
PLANTA DE PISOS


ESCALA: **1:30**

SEPTIEMBRE 2026

 NO. PÁGINA:
017

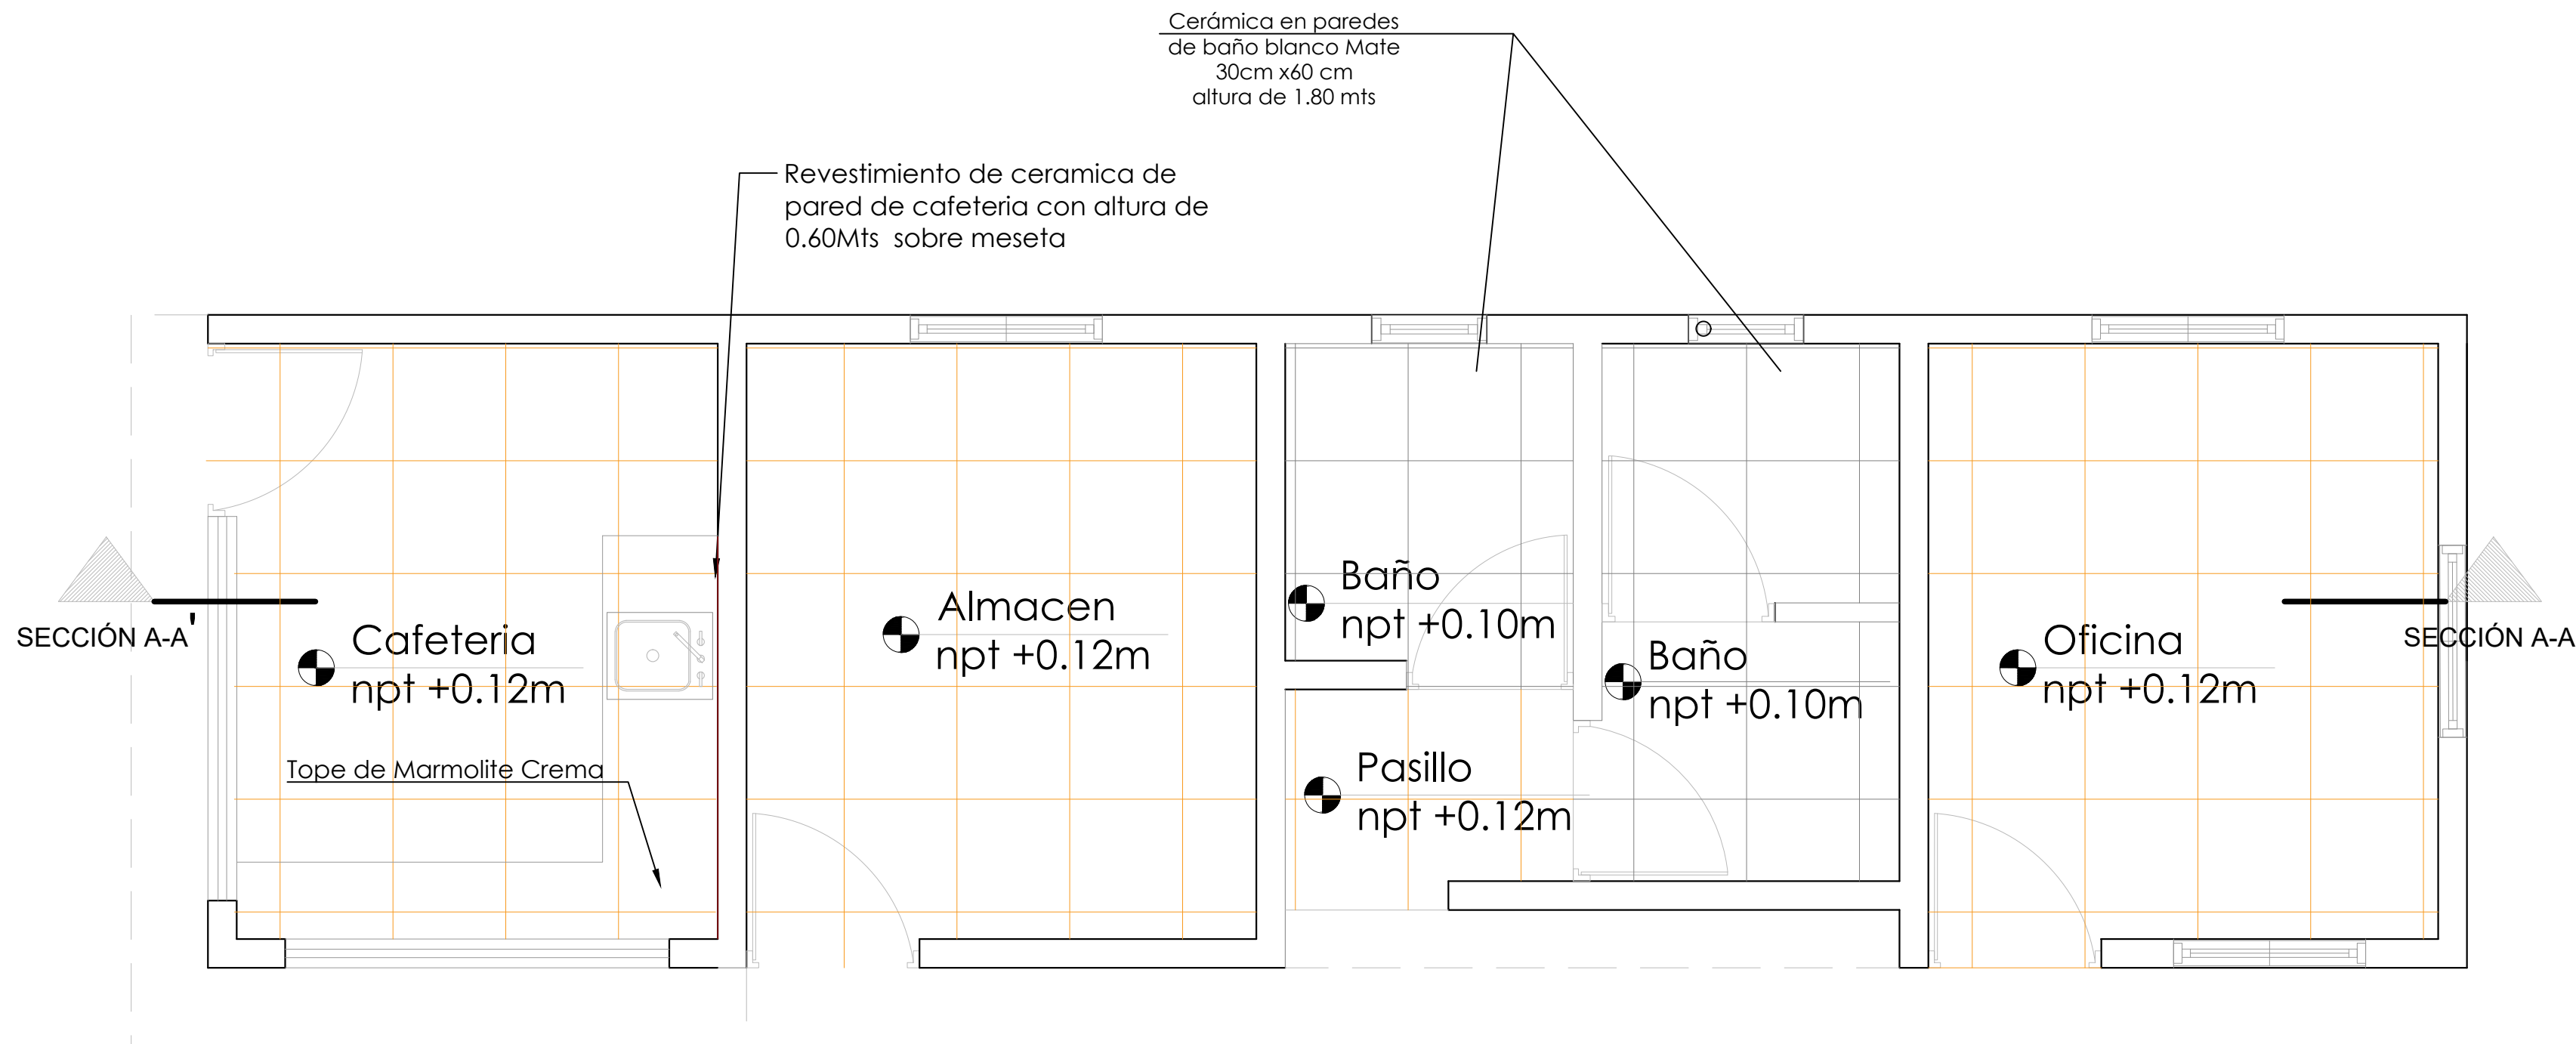

 Ceramica de 45cmts y 45 cmts color gris
7.01 Mts2



Ceramica de 45cmts y 45 cmts color crema
26.25 Mts2



Ceramica de 45cmts y 45 cmts color crema
1.26 Mts2

PROYECTO:
**"CONSTRUCCIÓN CLUB DEPORTIVO
JUANCHO, D.M. JUANCHO,
PROVINCIA PEDERNALES"**
Republica Dominicana

EQUIPO DE TRABAJO:

DISEÑO ARQUITECTÓNICO
ARQ. _____
codia 00000

ENC. INGENIERÍA
ING.FIORDALIZA BONIFACIO
codia 00000

ESTRUCTURAL
ING. _____
codia 00000

ELÉCTRICO
ING. JUAN PEREZ
codia 00000

HIDRO-SANITARIO
ING. FRANCIS ESTEVEZ
codia 00000

SELLO DE APROBACIÓN:

FECHA: _____

CONTENIDO:
PLANTA DE PUERTAS Y VENTANAS

ESCALA: **1:30**

SEPTIEMBRE 2026

NO. PÁGINA:

018

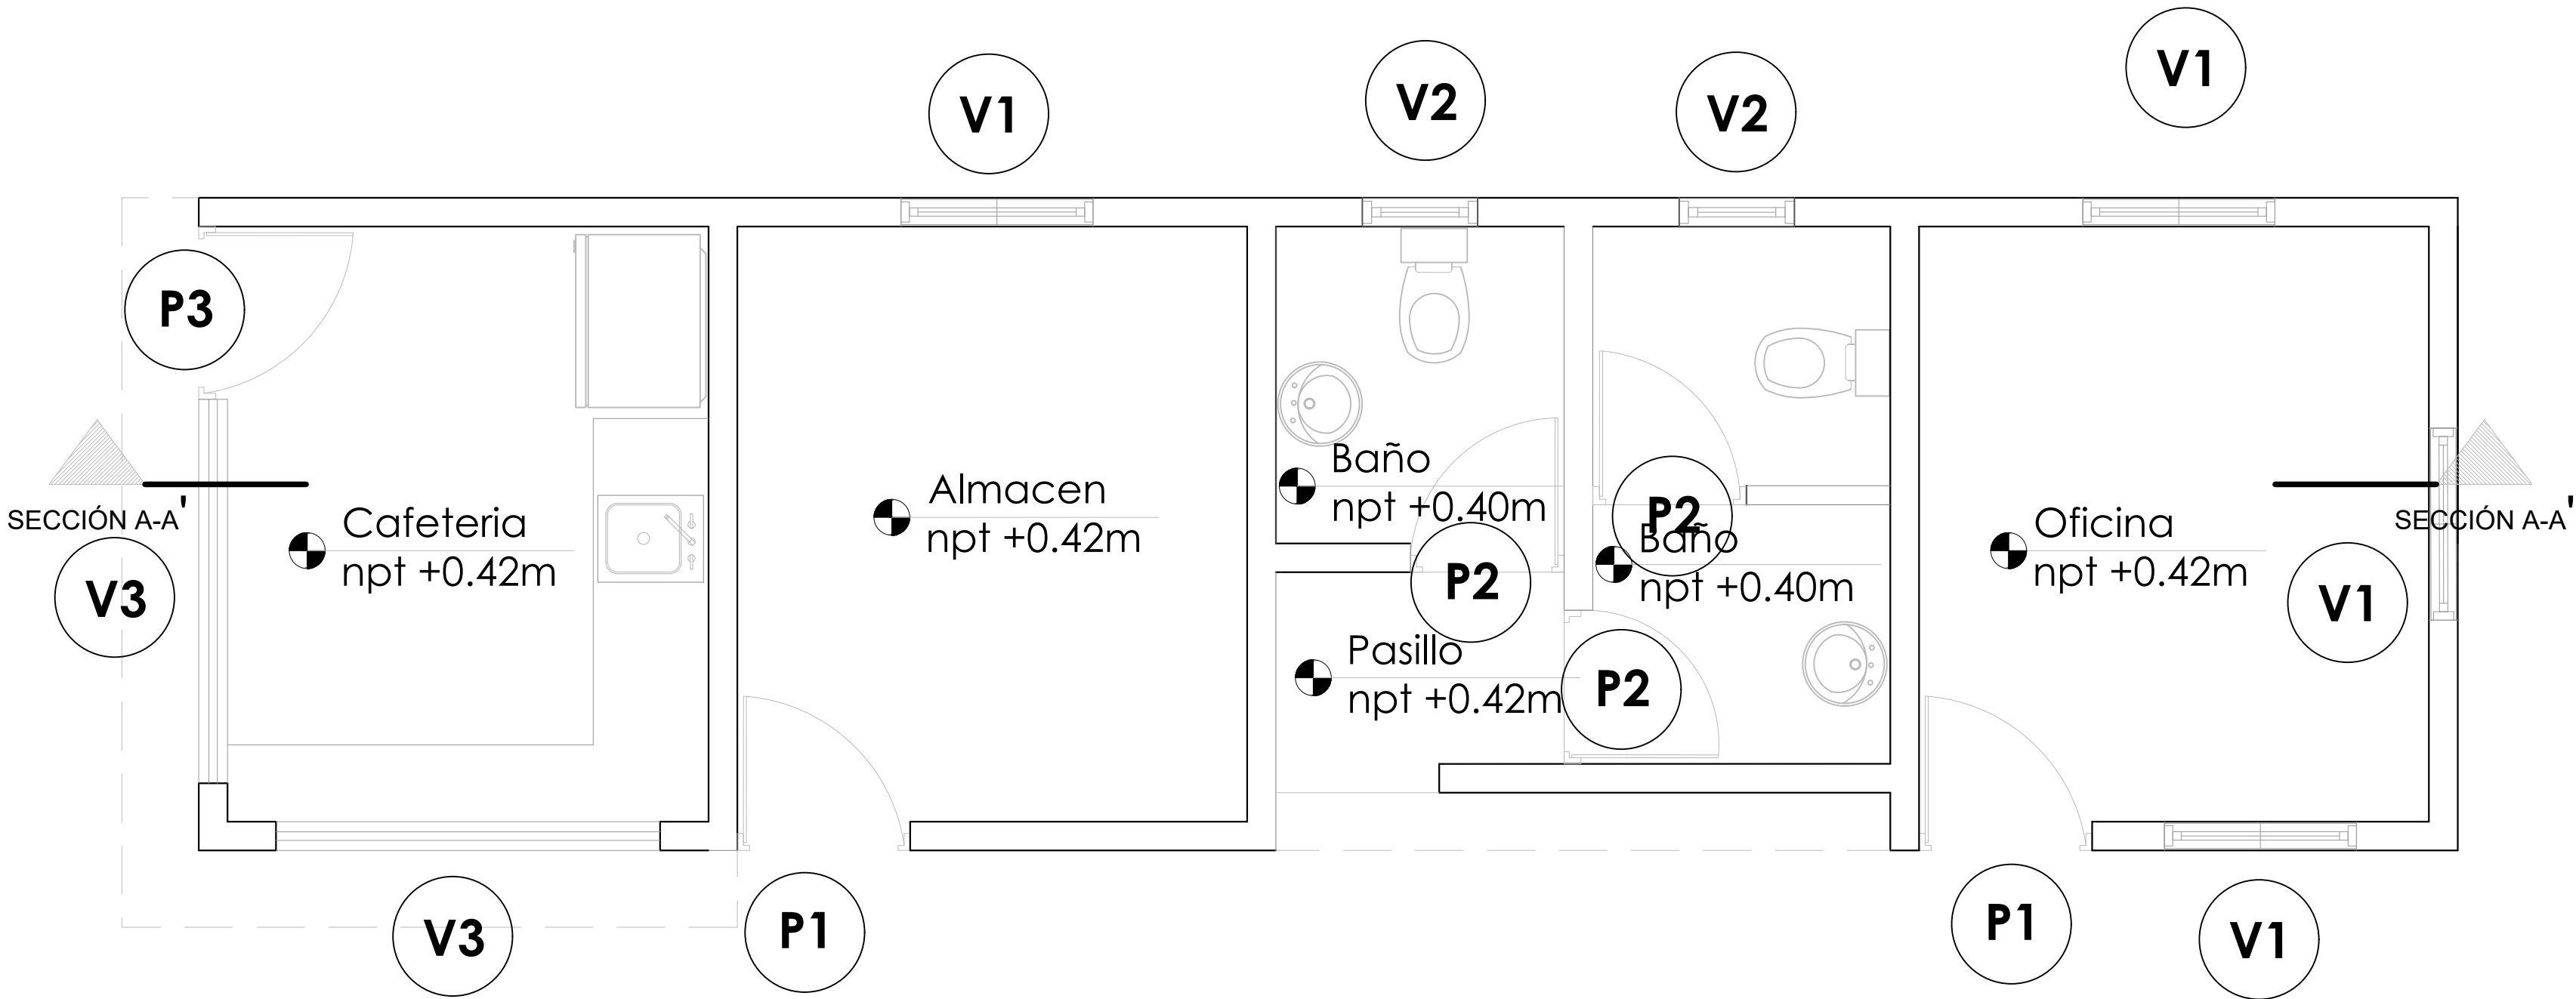


TABLA DE PUERTAS						
No.	Tipo	Ancho	Altura	Material	Observaciones	Cantidad
P1	Abatible	0.90	2.10	Polimetálica	Blanca	2
P2	Abatible	0.80	2.10	Polimetálica	Blanca	3
P3	Abatible	0.90	2.10	Metálica	Blanca	1
Total:						6

TABLA DE VENTANAS						
No.	Tipo	Medidas	Altura	Material	Observaciones	Cant.
V1	Celosía	1.10x1.00	1.00	Aluminio	Celosías en Aluminio Blanca	4
V2	Celosía	0.60x0.60	1.50	Aluminio	Celosías en Aluminio Blanca	2
V3	Tola	2.00x1.10	1.00	Aluminio	Metálica de tola	1
Total:						7

PROYECTO:
**"CONSTRUCCIÓN CLUB DEPORTIVO
JUANCHO, D.M. JUANCHO,
PROVINCIA PEDERNALES"**
Republica Dominicana

- EQUIPO DE TRABAJO:
- DISEÑO ARQUITECTÓNICO**
ARQ. _____
codia 00000

ENC. INGENIERÍA
ING.FIORDALIZA BONIFACIO
codia 00000

ESTRUCTURAL
ING. _____
codia 00000

ELÉCTRICO
ING. JUAN PEREZ
codia 00000

HIDRO-SANITARIO
ING. FRANCIS ESTEVEZ
codia 00000

SELLO DE APROBACIÓN:


FECHA: _____

CONTENIDO:

ESCALA: **1:30**

SEPTIEMBRE 2026

NO. PÁGINA:
019


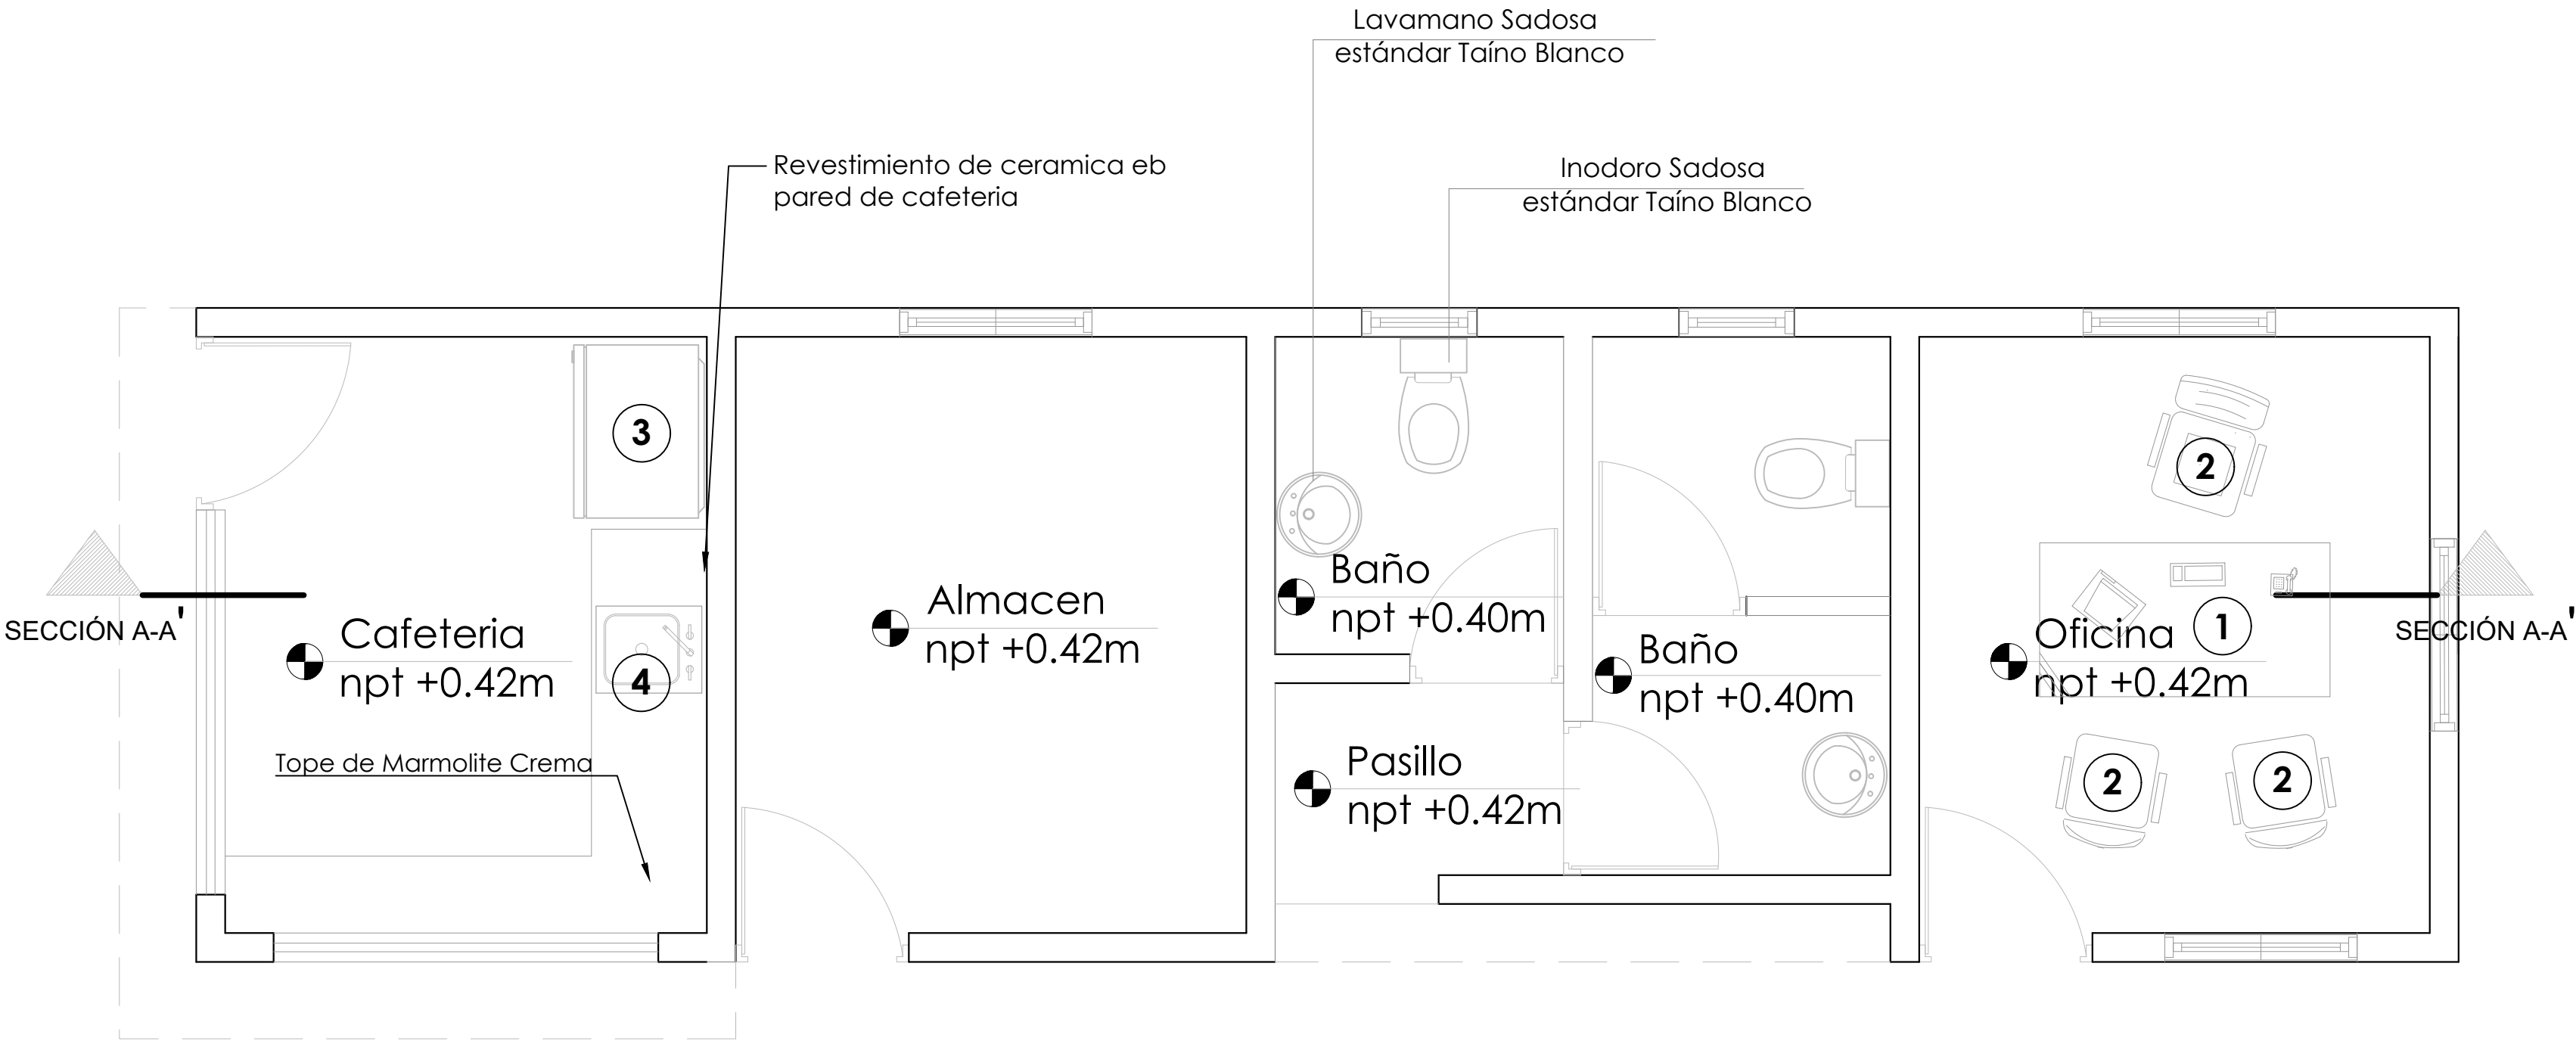


Lavamano Sadosa
estándar Taíno Blanco

	DESCRIPCION	DIMENSIONES	
		LARGO	ANCHO
1	ESCRITORIO COLOR HAYA	1.50 MTS	0.60 MTS
2	SILLA OPERATIVA NEGRA EN TELA		
3	REFRIGERADOR	0.90 MTS	0.60 MTS
4	FREGADERO DE ACERO INOXIDABLE	0.60 MTS	0.50 MTS


**COLOCAR ACCESORIOS EN BAÑOS

**COLOCAR ACCESORIOS EN BAÑOS

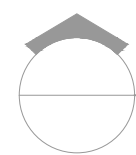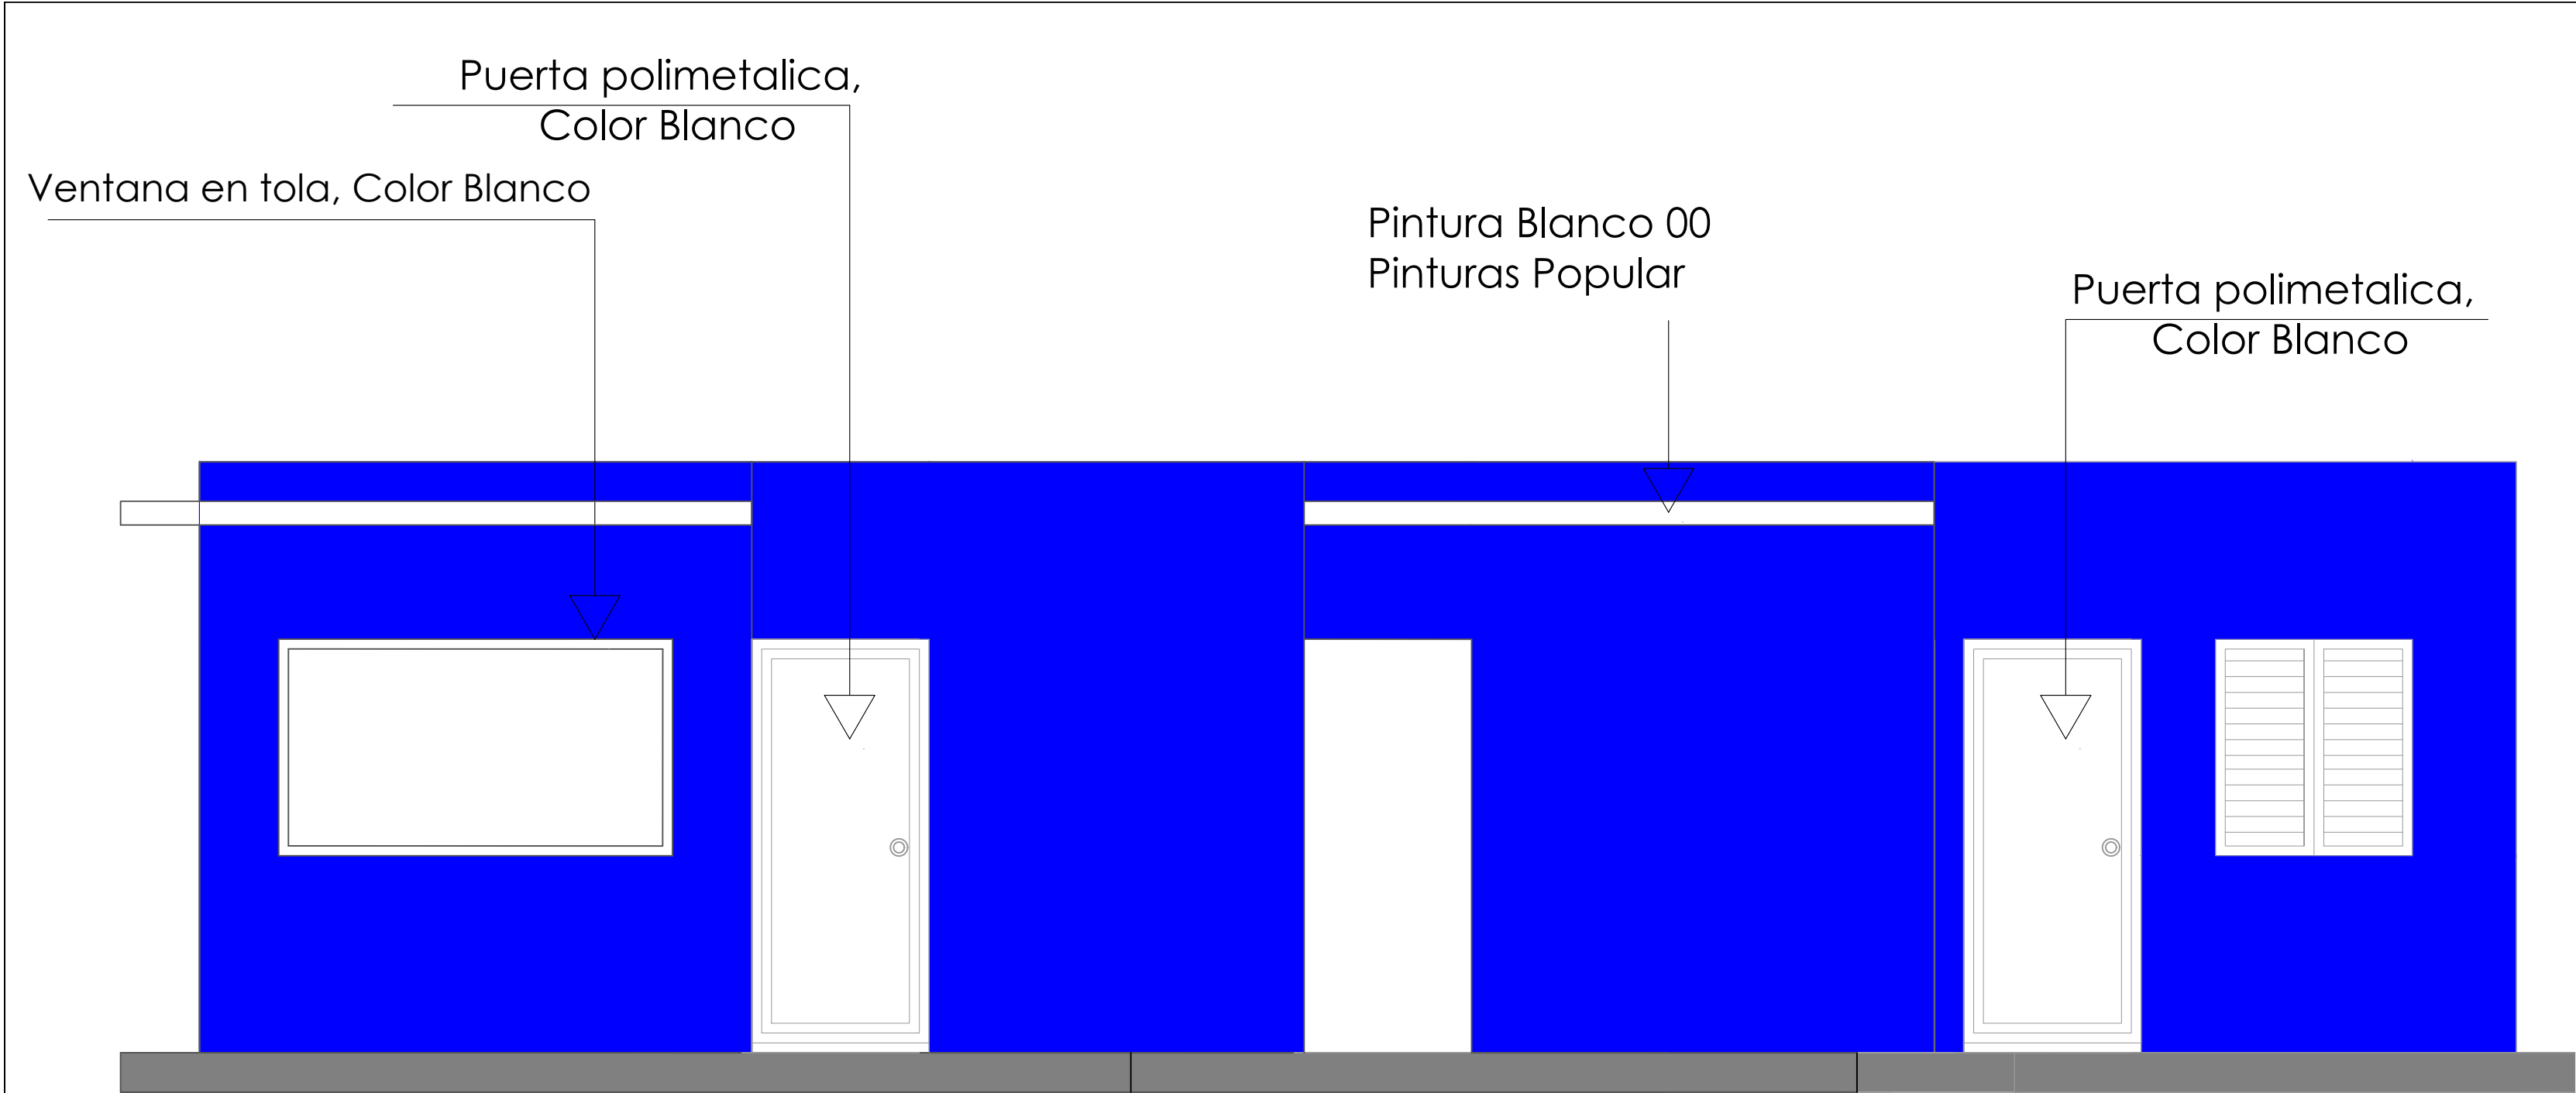


ELEVACIÓN FRONTAL

ESC. 1:30

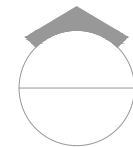

ELEVACIÓN LATERAL IZQUIERDA

ESC. 1:30

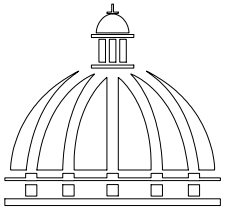

GOBIERNO DE LA
REPÚBLICA DOMINICANA

DIRECCIÓN DE
DESARROLLO PROVINCIAL
DDP

Ave. Dr. Delgado, Esq. Moises García,
Gazcue, Sto. Dgo., R.D.
TEL.: (809)-364-2189 | FAX.: (809)- 688-1665
E-Mail: info@cpadp.gob.do

PROYECTO:

**"CONSTRUCCIÓN CLUB DEPORTIVO
JUANCHO, D.M. JUANCHÓ,
PROVINCIA PEDERNALES"**
Republica Dominicana

EQUIPO DE TRABAJO:

DISEÑO ARQUITECTÓNICO
ARQ.

codia 00000

ENC. INGENIERÍA

ING.FIORDALIZA BONIFACIO
codia 00000

ESTRUCTURAL

ING.

codia 00000

ELÉCTRICO

ING. JUAN PEREZ
codia 00000

HIDRO-SANITARIO

ING. FRANCIS ESTEVEZ
codia 00000

SELLO DE APROBACIÓN:

FECHA:

CONTENIDO:



ELEVACIONES CON TÉCNICAS

ESCALA: **1:30**

SEPTIEMBRE 2026



NO. PÁGINA:

020

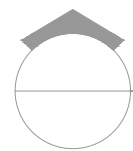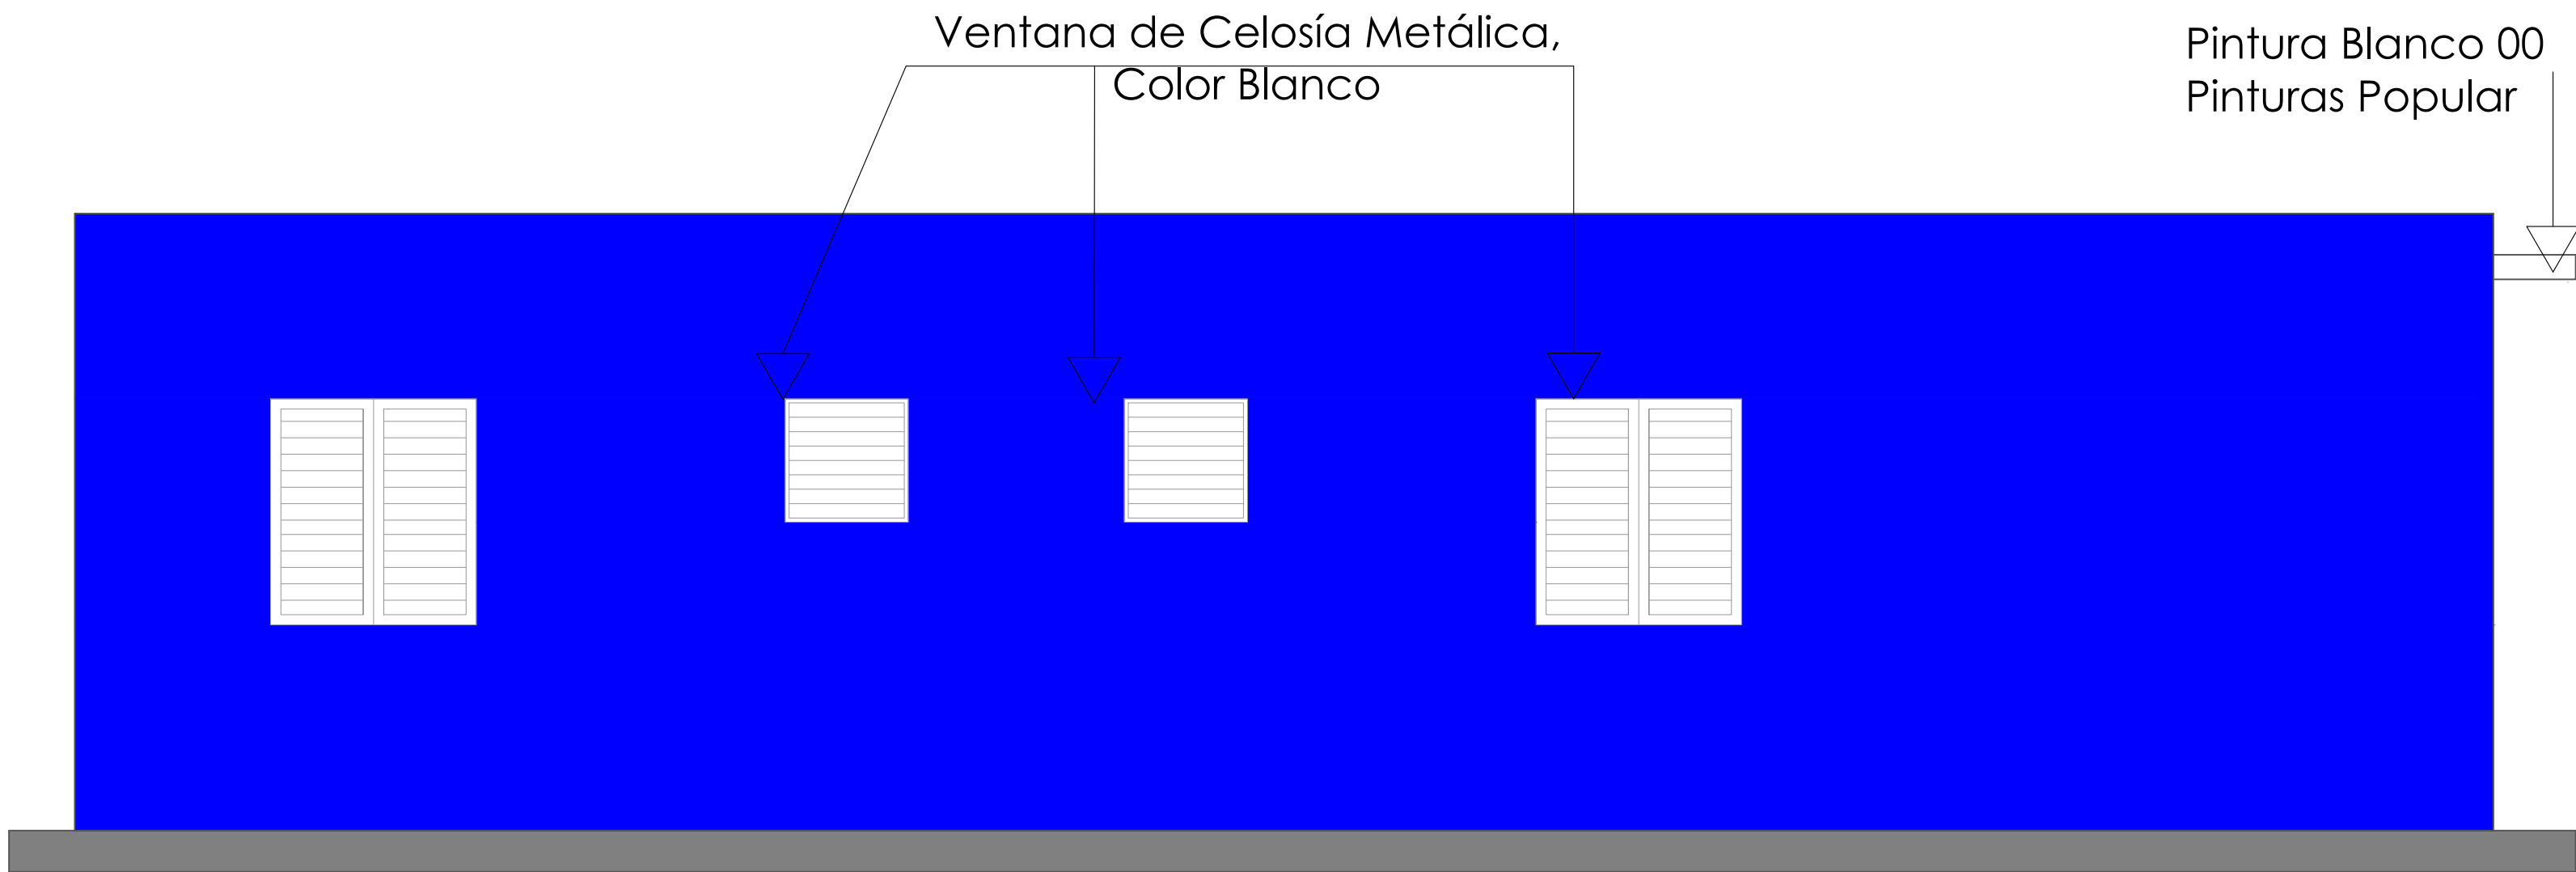


ELEVACIÓN POSTERIOR

ESC. 1:30

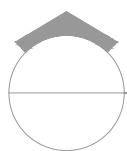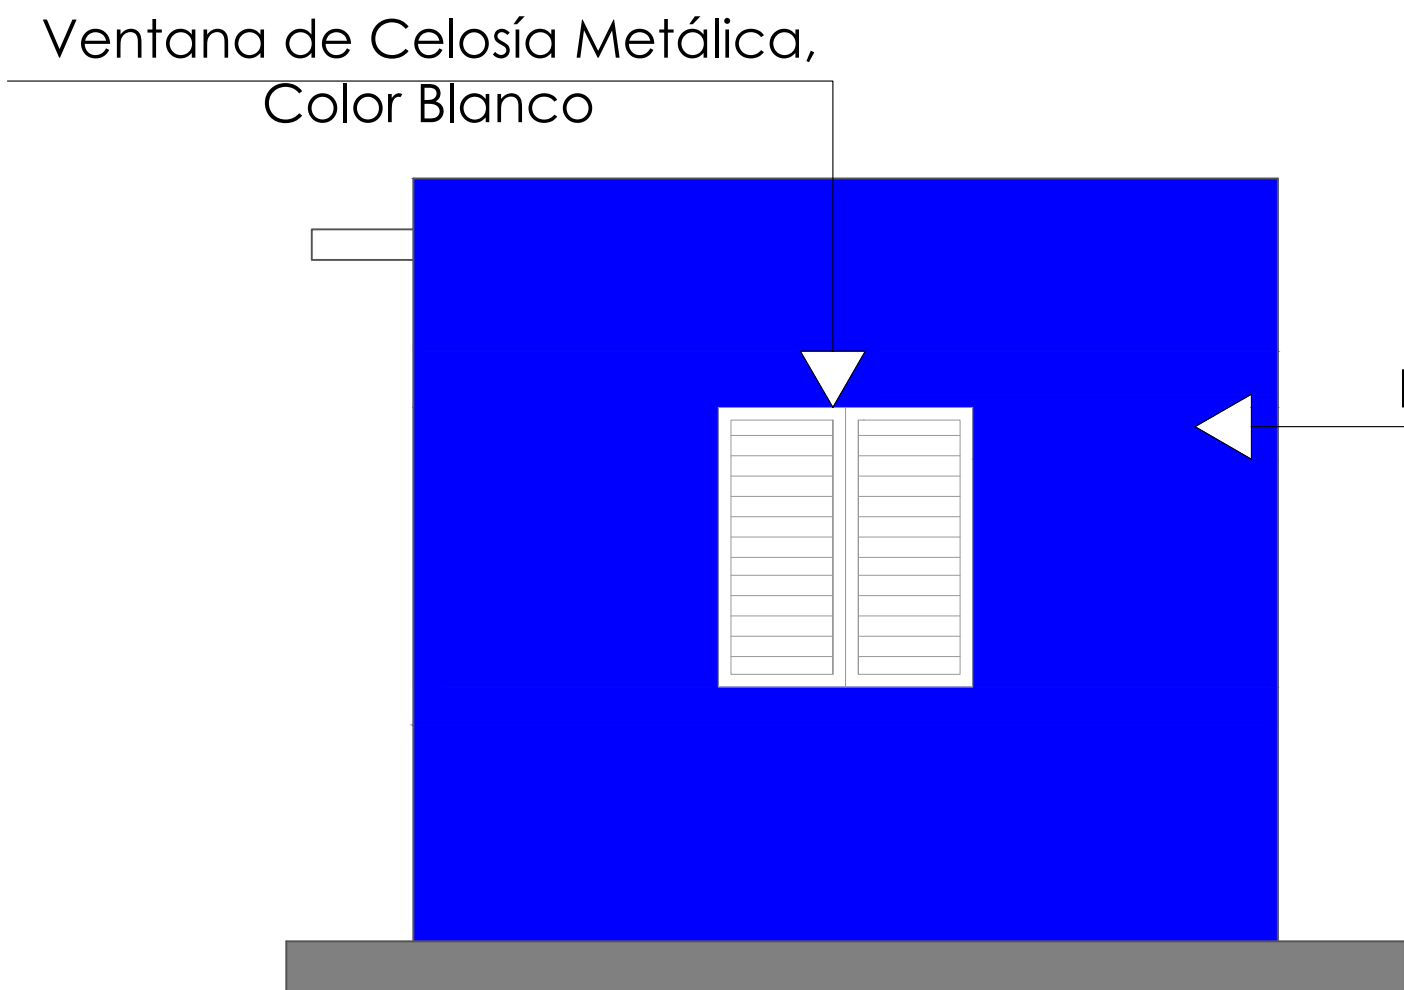


ELEVACIÓN LATERAL DERECHA

ESC. 1:30

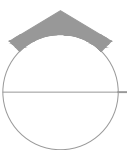

ELEVACIONES CON TÉCNICAS

ESC. 1:30

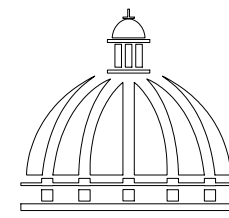

GOBIERNO DE LA
REPÚBLICA DOMINICANA

DIRECCIÓN DE
DESARROLLO PROVINCIAL
DDP

Ave. Dr. Delgado, Esq. Moises García,
Gazcue, Sto. Dgo., R.D.
TEL.: (809)-364-2189 | FAX.: (809)- 688-1665
E-Mail: info@cpadp.gob.do

PROYECTO:
**"CONSTRUCCIÓN CLUB DEPORTIVO
JUANCHO, D.M. JUANCHO,
PROVINCIA PEDERNALES"**
Republica Dominicana

EQUIPO DE TRABAJO:

DISEÑO ARQUITECTÓNICO
ARQ. _____
codia 00000

ENC. INGENIERÍA
ING. FIORDALIZA BONIFACIO
codia 00000

ESTRUCTURAL
ING. _____
codia 00000

ELÉCTRICO
ING. JUAN PEREZ
codia 00000

HIDRO-SANITARIO
ING. FRANCIS ESTEVEZ
codia 00000

SELLO DE APROBACIÓN:

FECHA: _____


CONTENIDO:
ELEVACIONES CON TÉCNICAS


ESCALA: **1:30**


SEPTIEMBRE 2026

NO. PÁGINA:


021

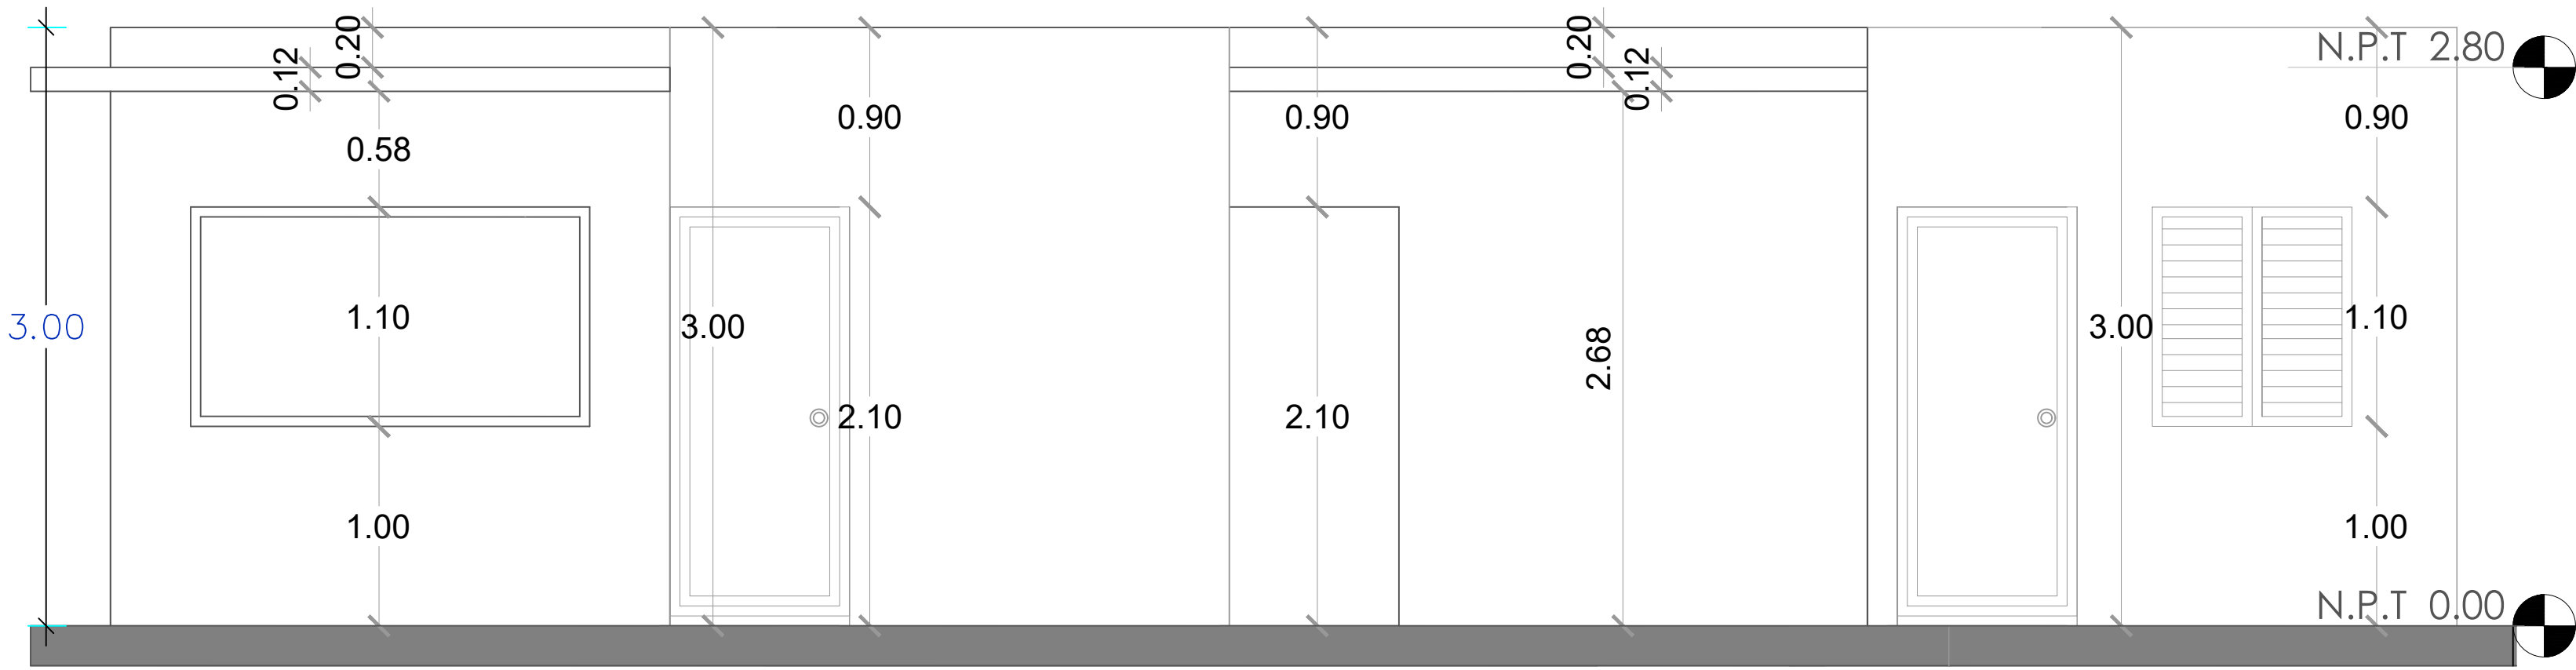


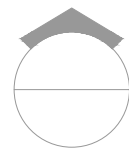 **ELEVACIÓN FRONTAL**
ESC. 1:30

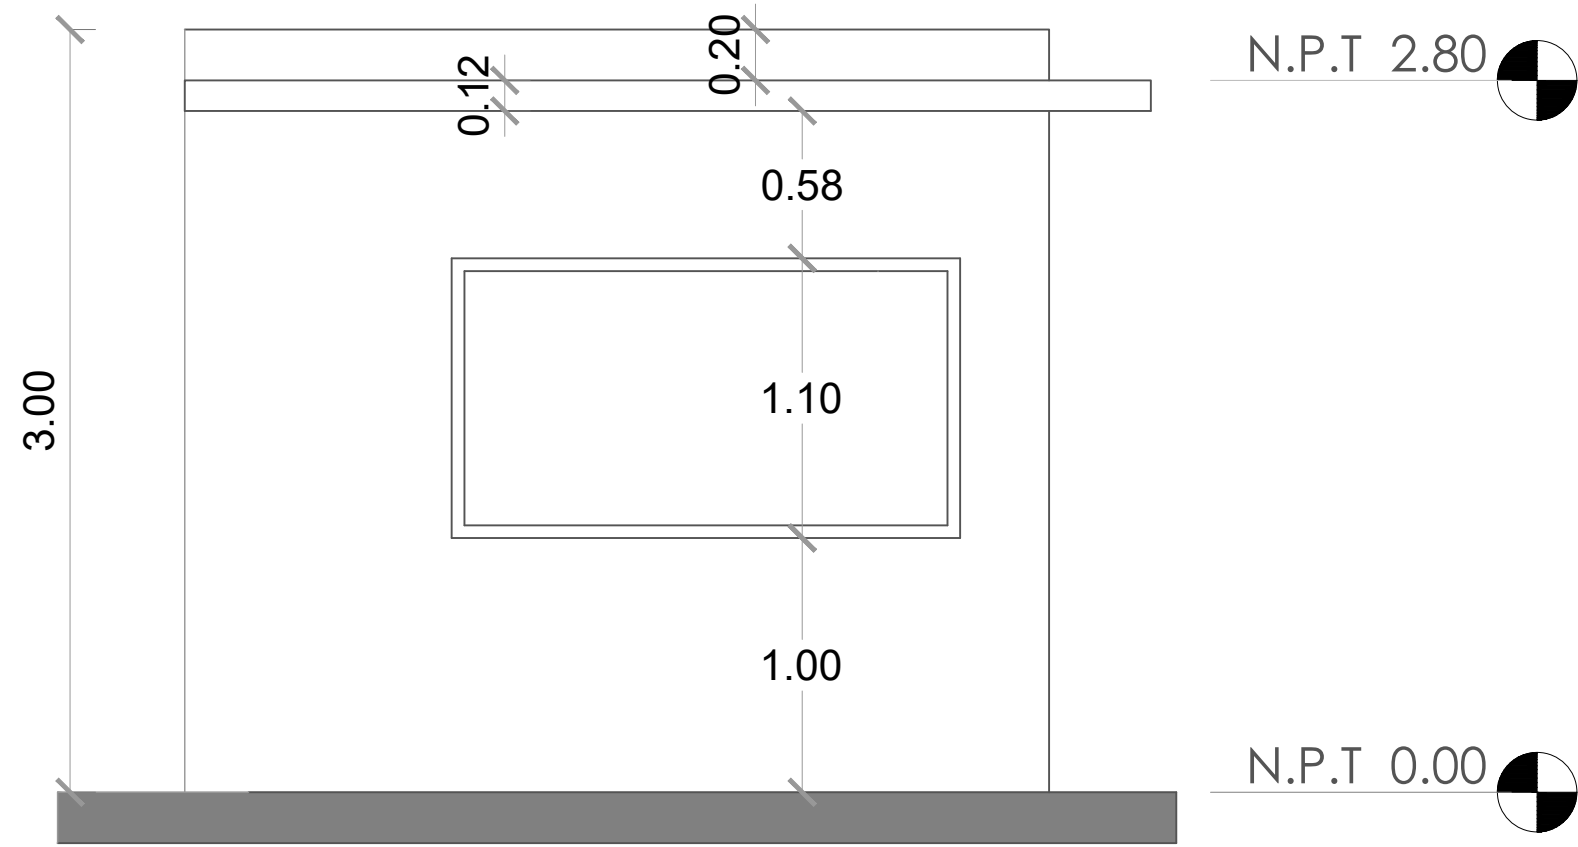

 **ELEVACIÓN LATERAL IZQUIERDA**
ESC. 1:30

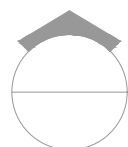 **ELEVACIONES**
ESC. 1:30

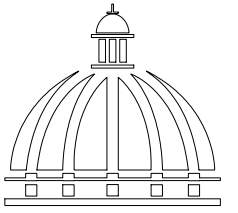

GOBIERNO DE LA
REPÚBLICA DOMINICANA

DIRECCIÓN DE
DESARROLLO PROVINCIAL
DDP

Ave. Dr. Delgado, Esq. Moises García,
Gazcue, Sto. Dgo., R.D.
TEL.: (809)-364-2189 | FAX.: (809)- 688-1665
E-Mail: info@cpadp.gob.do

PROYECTO:
**"CONSTRUCCIÓN CLUB DEPORTIVO
JUANCHO, D.M. JUANCHO,
PROVINCIA PEDERNALES"**
Republica Dominicana

EQUIPO DE TRABAJO:

DISEÑO ARQUITECTÓNICO
ARQ.

codia 00000

ENC. INGENIERÍA
ING. FIORDALIZA BONIFACIO
codia 00000

ESTRUCTURAL

ING.

codia 00000

ELÉCTRICO

ING. JUAN PEREZ

codia 00000

HIDRO-SANITARIO

ING. FRANCIS ESTEVEZ

codia 00000

SELLO DE APROBACIÓN:

FECHA:

CONTENIDO:



ELEVACIONES

ESCALA: **1:30**

SEPTIEMBRE 2026


NO. PÁGINA:

022

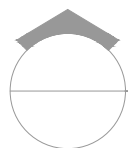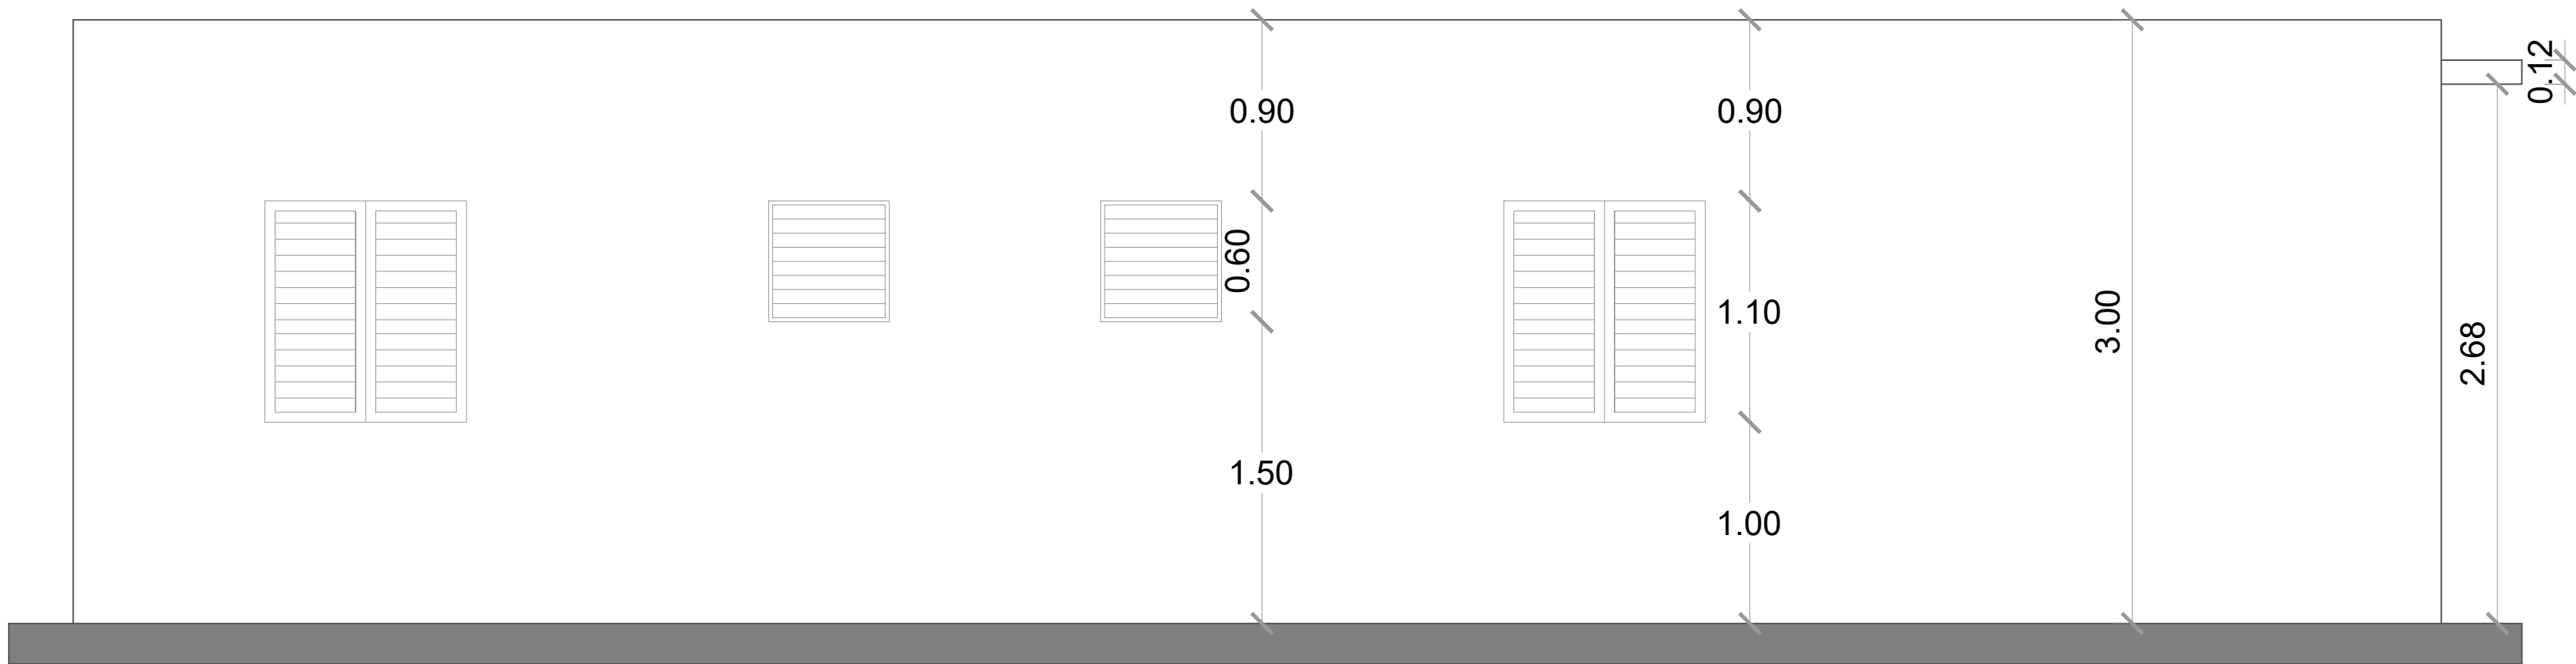

ELEVACIÓN POSTERIOR

ESC. 1:30

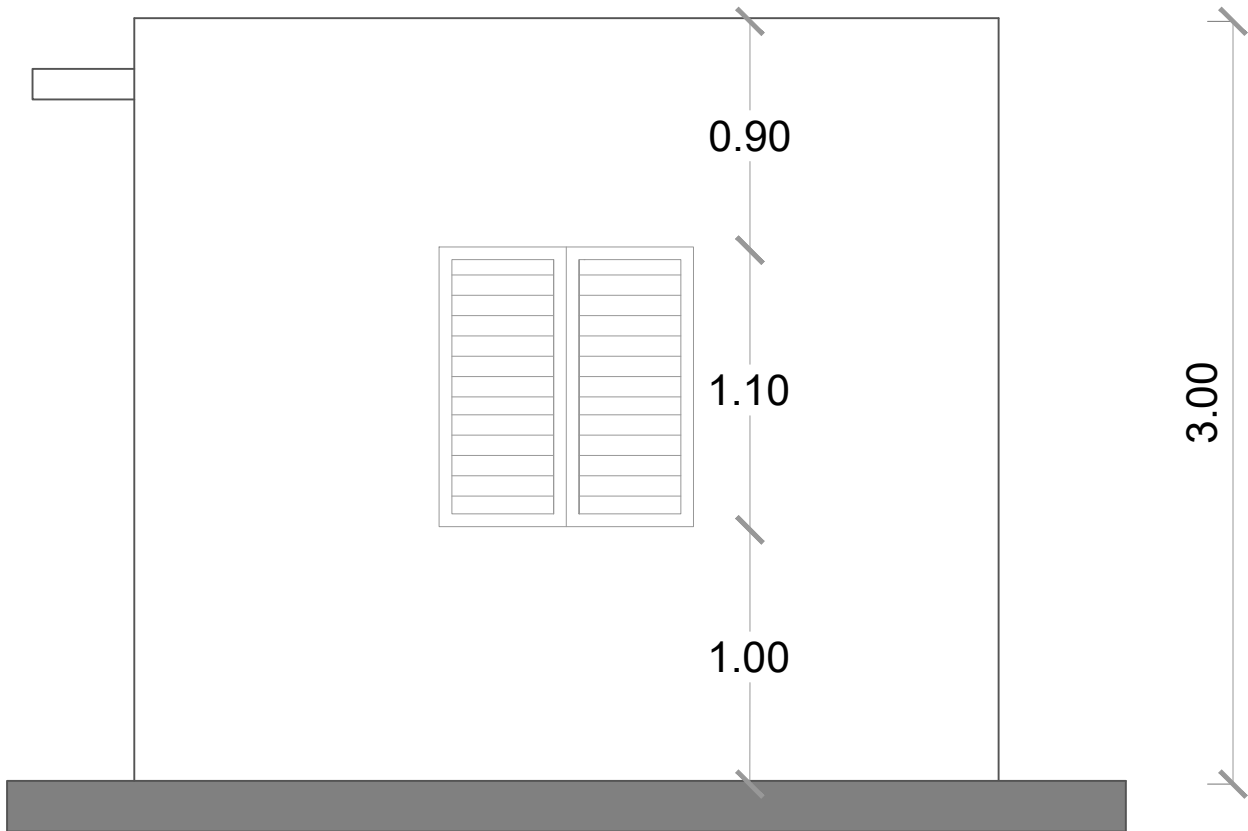


ELEVACIÓN LATERAL DERECHA

ESC. 1:30



ELEVACIONES

ESC. 1:30

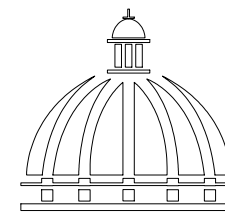

GOBIERNO DE LA
REPÚBLICA DOMINICANA

DIRECCIÓN DE
DESARROLLO PROVINCIAL
DDP

Ave. Dr. Delgado, Esq. Moises García,
Gazcue, Sto. Dgo., R.D.
TEL.: (809)-364-2189 | FAX.: (809)- 688-1665
E-Mail: info@cpadp.gob.do

PROYECTO:
**"CONSTRUCCIÓN CLUB DEPORTIVO
JUANCHO, D.M. JUANCHO,
PROVINCIA PEDERNALES"**
Republica Dominicana

EQUIPO DE TRABAJO:
DISEÑO ARQUITECTÓNICO
ARQ. _____
codia 00000

ENC. INGENIERÍA
ING.FIORDALIZA BONIFACIO
codia 00000

ESTRUCTURAL
ING. _____
codia 00000

ELÉCTRICO
ING. JUAN PEREZ
codia 00000

HIDRO-SANITARIO
ING. FRANCIS ESTEVEZ
codia 00000

SELLO DE APROBACIÓN:

FECHA: _____

CONTENIDO:
ELEVACIONES

ESCALA: **1:30**

SEPTIEMBRE 2026

NO. PÁGINA:

023

PROYECTO:
**"CONSTRUCCIÓN CLUB DEPORTIVO
JUANCHO, D.M. JUANCHO,
PROVINCIA PEDERNALES"**
Republica Dominicana

EQUIPO DE TRABAJO:

DISEÑO ARQUITECTÓNICO
ARQ. _____
codia 00000

ENC. INGENIERÍA
ING. FIORDALIZA BONIFACIO
codia 00000

ESTRUCTURAL
ING. _____
codia 00000

ELÉCTRICO
ING. JUAN PEREZ
codia 00000

HIDRO-SANITARIO
ING. FRANCIS ESTEVEZ
codia 00000

SELLO DE APROBACIÓN:

FECHA: _____


CONTENIDO:
SECCIÓN

ESCALA: **1:20**



SEPTIEMBRE 2026

NO. PÁGINA:




024

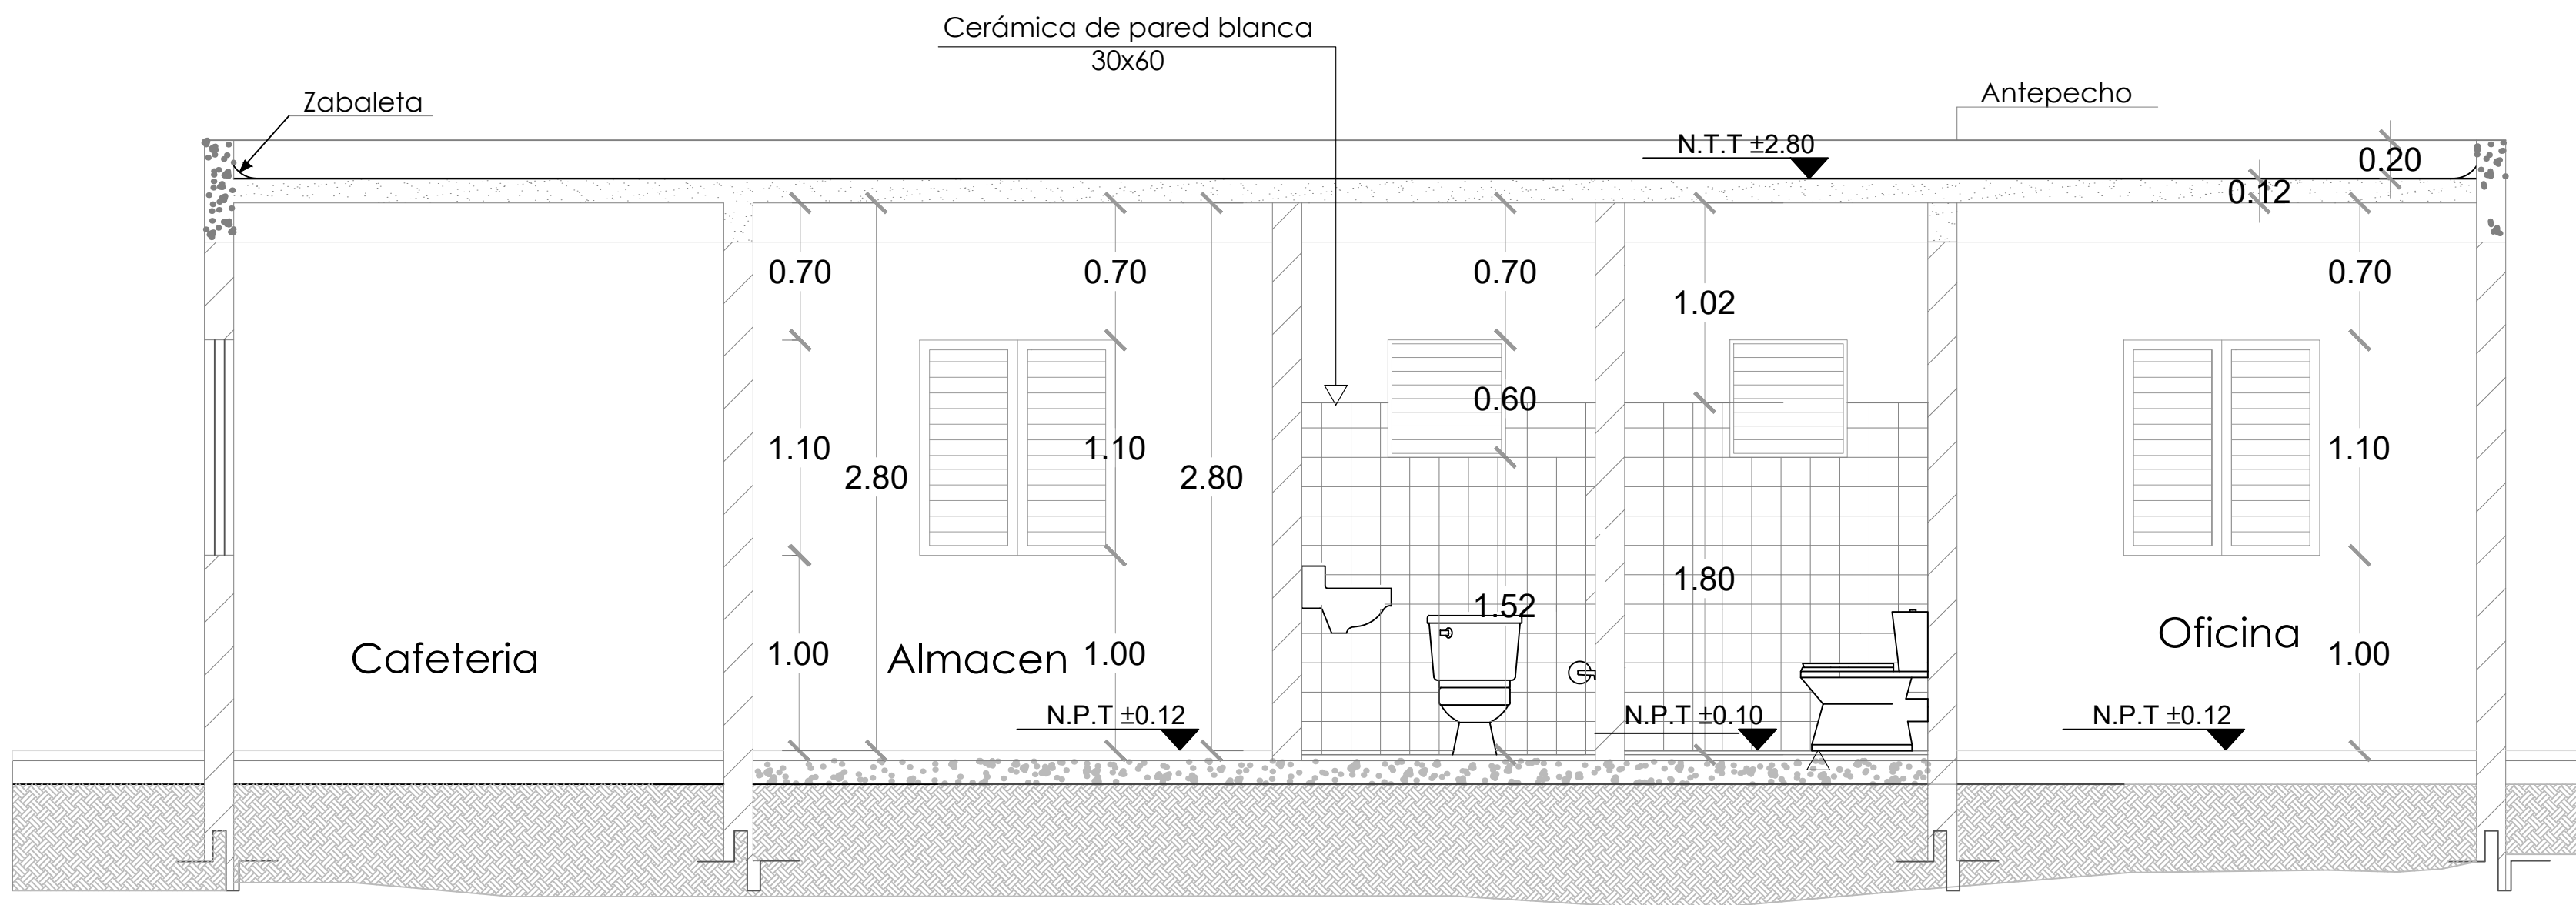

 **SECCIÓN A-A**
ESC. 1:20

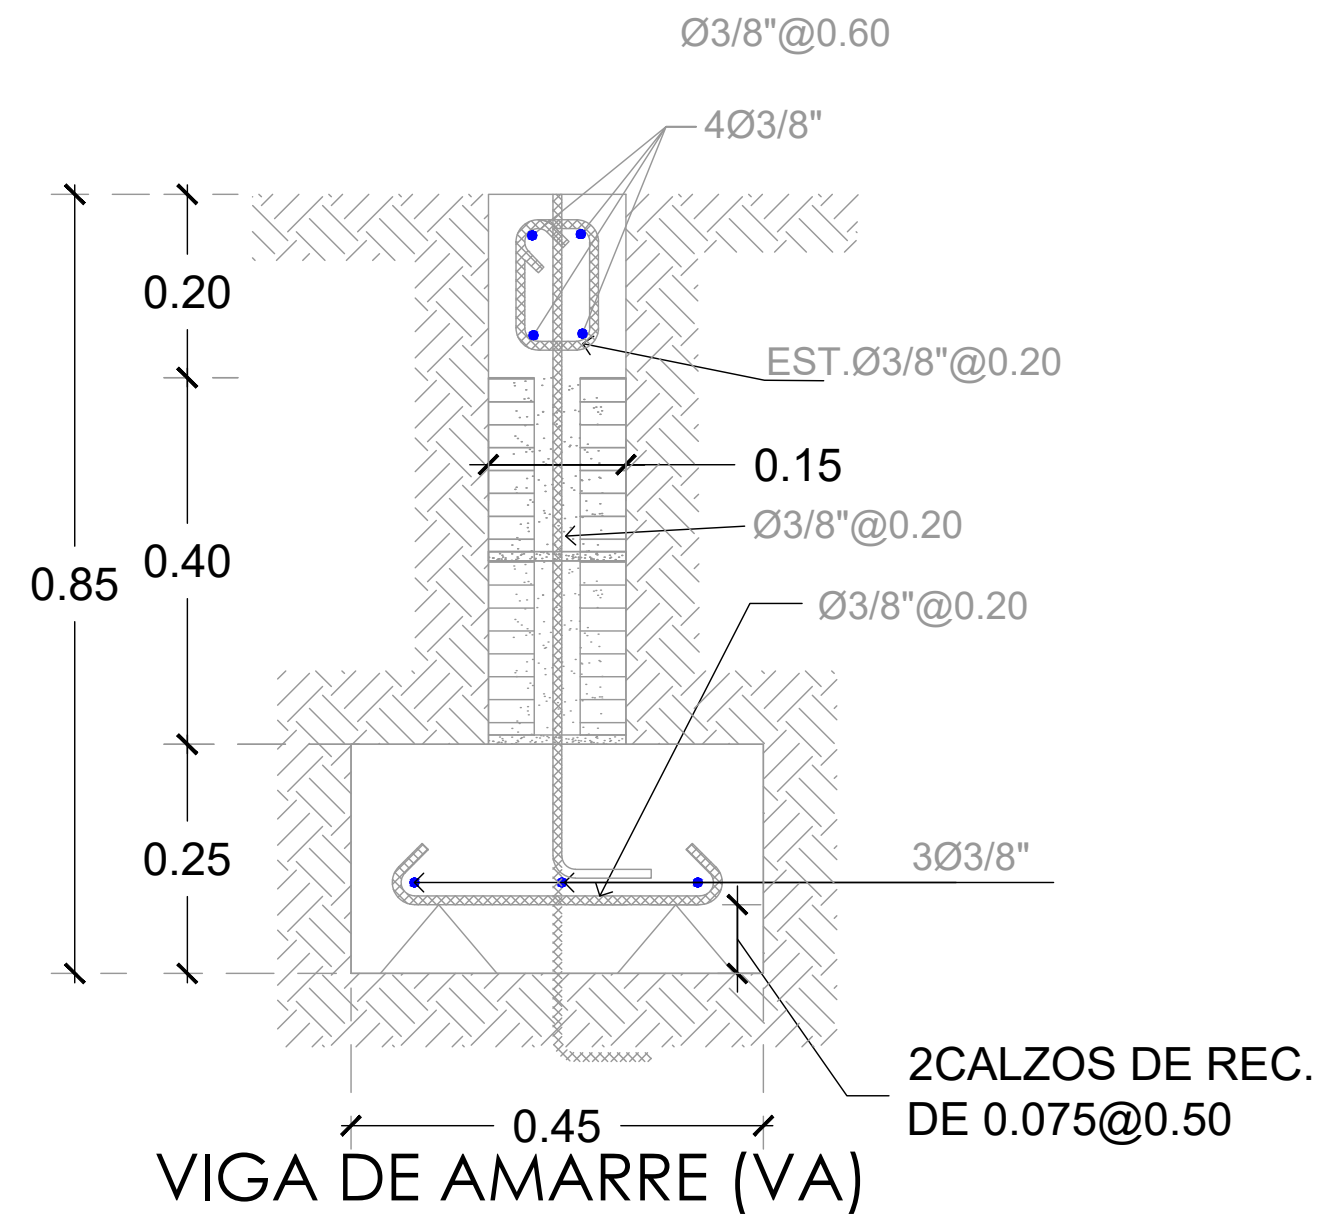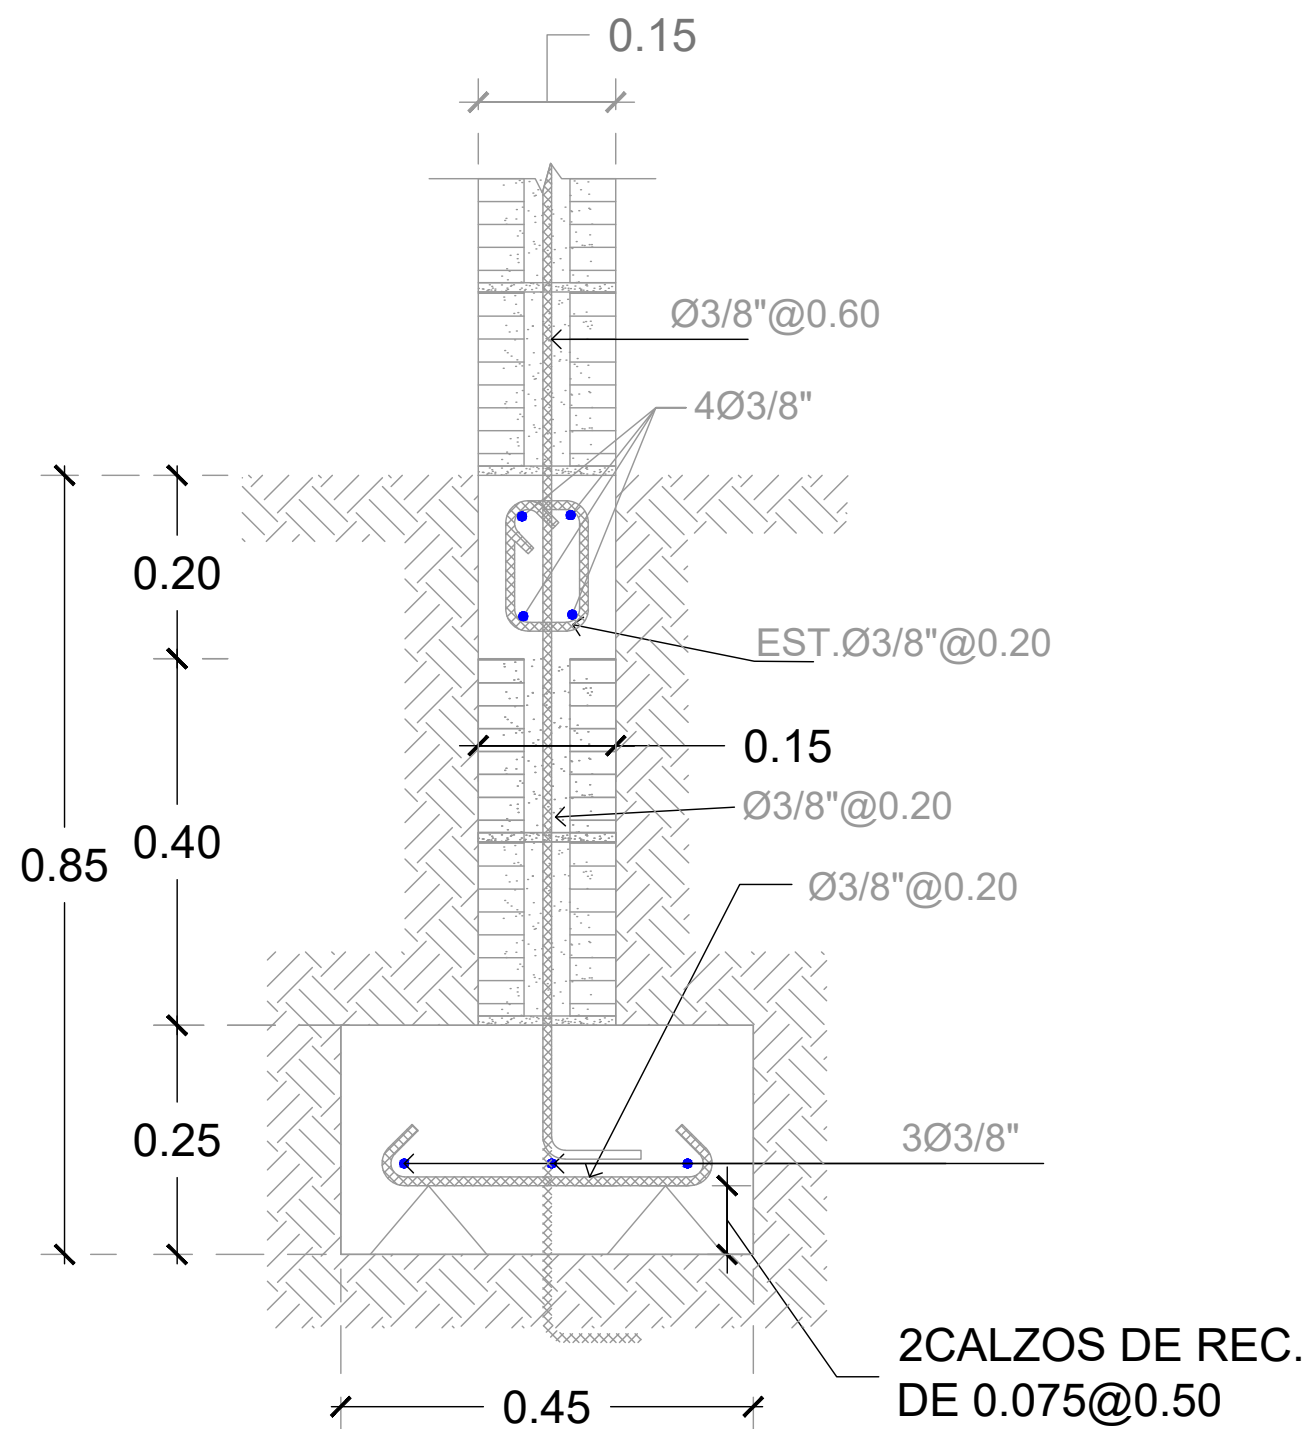

Zapata de Muro de 15"

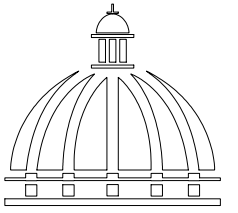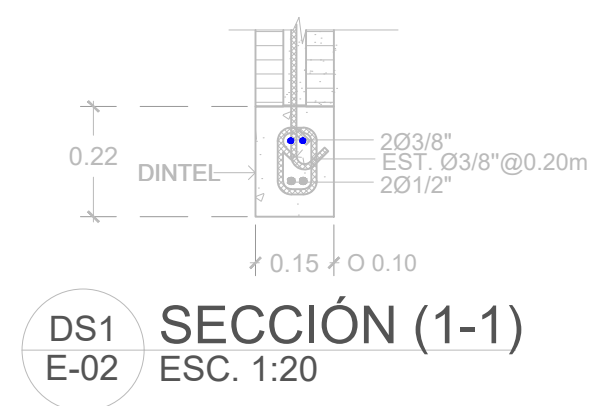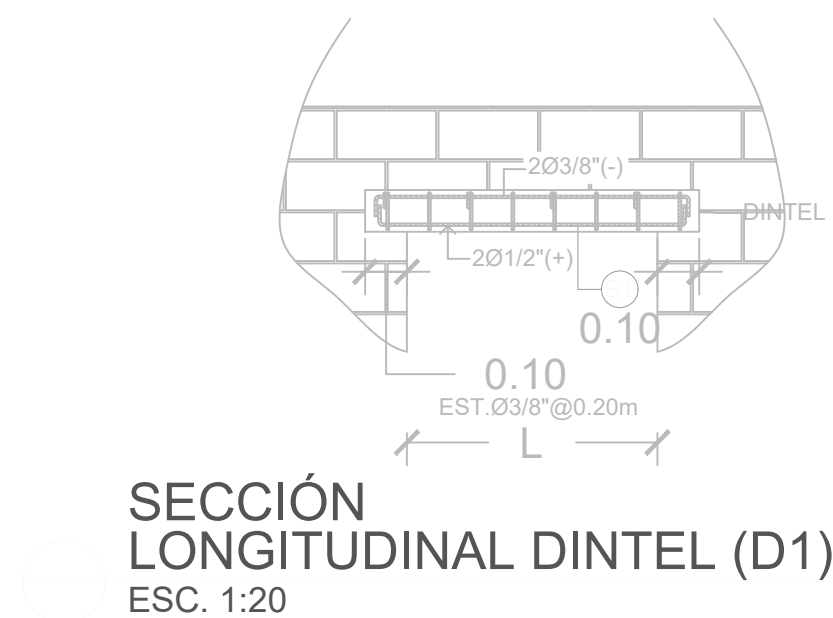

GOBIERNO DE LA
REPÚBLICA DOMINICANA

DIRECCIÓN DE
DESARROLLO PROVINCIAL
DDP

Ave. Dr. Delgado, Esq. Moises García,
Gazcue, Sto. Dgo., R.D.
TEL.: (809)-364-2189 | FAX.: (809)- 688-1665
E-Mail: info@cpadp.gob.do

PROYECTO:
"CONSTRUCCIÓN CLUB DEPORTIVO
JUANCHO, D.M. JUANCHO,
PROVINCIA PEDERNALES"
Republica Dominicana

EQUIPO DE TRABAJO:

DISEÑO ARQUITECTÓNICO
ARQ.

codia 00000

ENC. INGENIERÍA
ING. FIORDALIZA BONIFACIO
codia 00000

ESTRUCTURAL
ING.

codia 00000

ELÉCTRICO
ING. JUAN PEREZ
codia 00000

HIDRO-SANITARIO
ING. FRANCIS ESTEVEZ
codia 00000

SELLO DE APROBACIÓN:

FECHA:

CONTENIDO:
DETALLES ESTRUCTURALES

ESCALA: 1:20

SEPTIEMBRE 2026

NO. PÁGINA:

026

PROYECTO:
**"CONSTRUCCIÓN CLUB DEPORTIVO
JUANCHO, D.M. JUANCHO,
PROVINCIA PEDERNALES"**
Republica Dominicana

EQUIPO DE TRABAJO:

DISEÑO ARQUITECTÓNICO
ARQ. _____
codia 00000

ENC. INGENIERÍA
ING.FIORDALIZA BONIFACIO
codia 00000

ESTRUCTURAL
ING. _____
codia 00000

ELÉCTRICO
ING. JUAN PEREZ
codia 00000

HIDRO-SANITARIO
ING. FRANCIS ESTEVEZ
codia 00000

SELLO DE APROBACIÓN:

FECHA: _____


CONTENIDO:
**PLANTA DE INST. SANITARIA DE
AGUA POTABLE**

ESCALA: **1:20**

SEPTIEMBRE 2026

NO. PÁGINA:

027

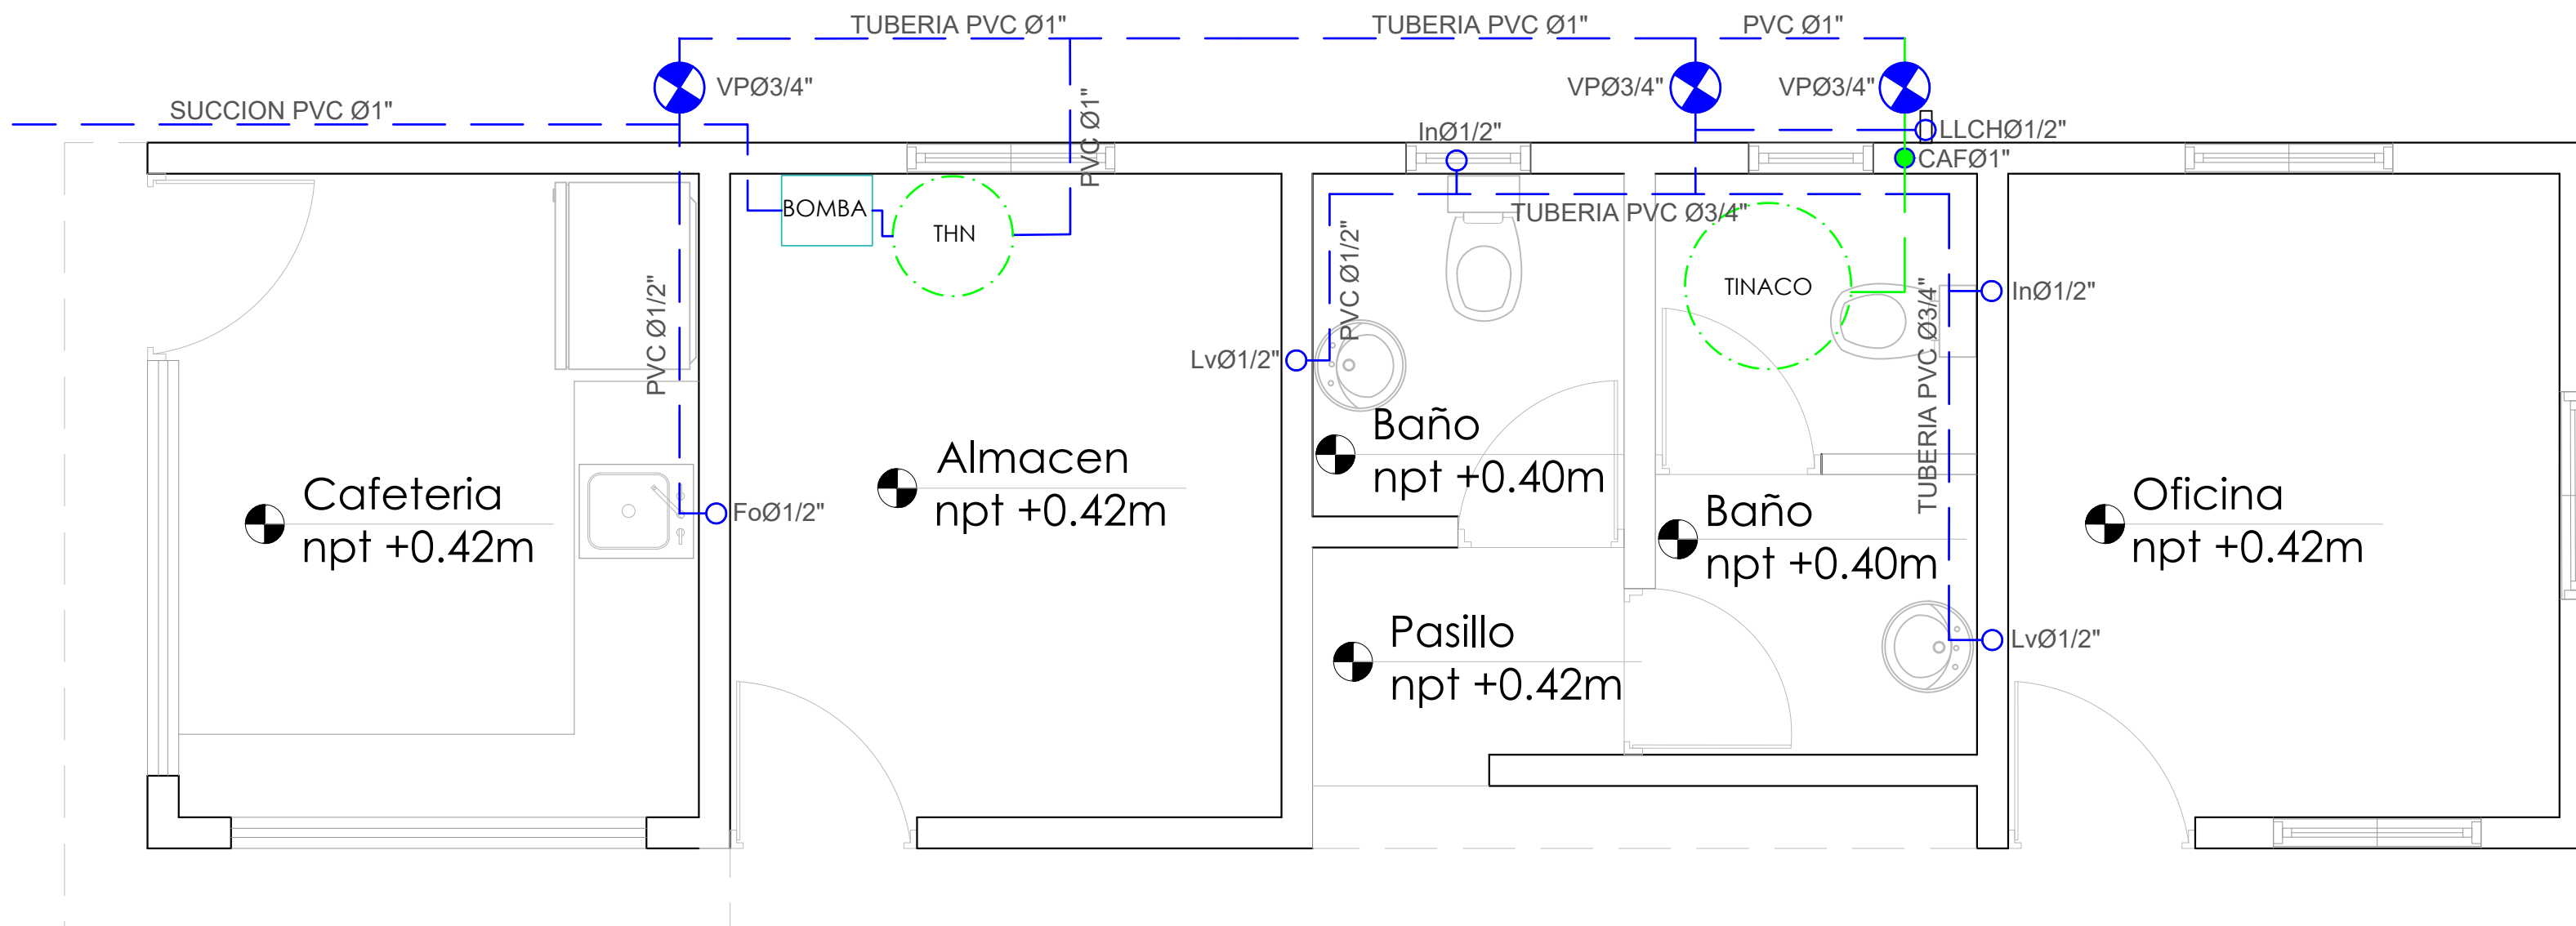

LEYENDA SANITARIA		
Io		INODORO
Lo		LAVAMANOS
Fo		FREGADERO
DU		DUCHA
Dp.		DESAGUE DE PISO
CL.		CALENTADOR ELÉCTRICO
Vp.		VALVULA DE PASO
C.I.		CAJA DE INSPECCIÓN
T.G.		TRAMPA DE GRASA
VØ2"		COLUMNA DE VENTILACIÓN
BD		BAJANTE DESCARGA
S.		PENDIENTE EN %
		TUBERIA AGUAS POTABLE FRIA
		TUBERIA AGUAS NEGRAS
CF		COLUMNA DE AGUA FRIA

PROYECTO:
**"CONSTRUCCIÓN CLUB DEPORTIVO
JUANCHO, D.M. JUANCHO,
PROVINCIA PEDERNALES"**
Republica Dominicana

EQUIPO DE TRABAJO:

DISEÑO ARQUITECTÓNICO
ARQ. _____
codia 00000

ENC. INGENIERÍA
ING.FIORDALIZA BONIFACIO
codia 00000

ESTRUCTURAL
ING. _____
codia 00000

ELÉCTRICO
ING. JUAN PEREZ
codia 00000

HIDRO-SANITARIO
ING. FRANCIS ESTEVEZ
codia 00000

SELLO DE APROBACIÓN:


FECHA: _____

CONTENIDO:
**PLANTA DE INST. SANITARIAS DE
AGUA RESIDUALES**


ESCALA: **1:50**


SEPTIEMBRE 2026


NO. PÁGINA:
028

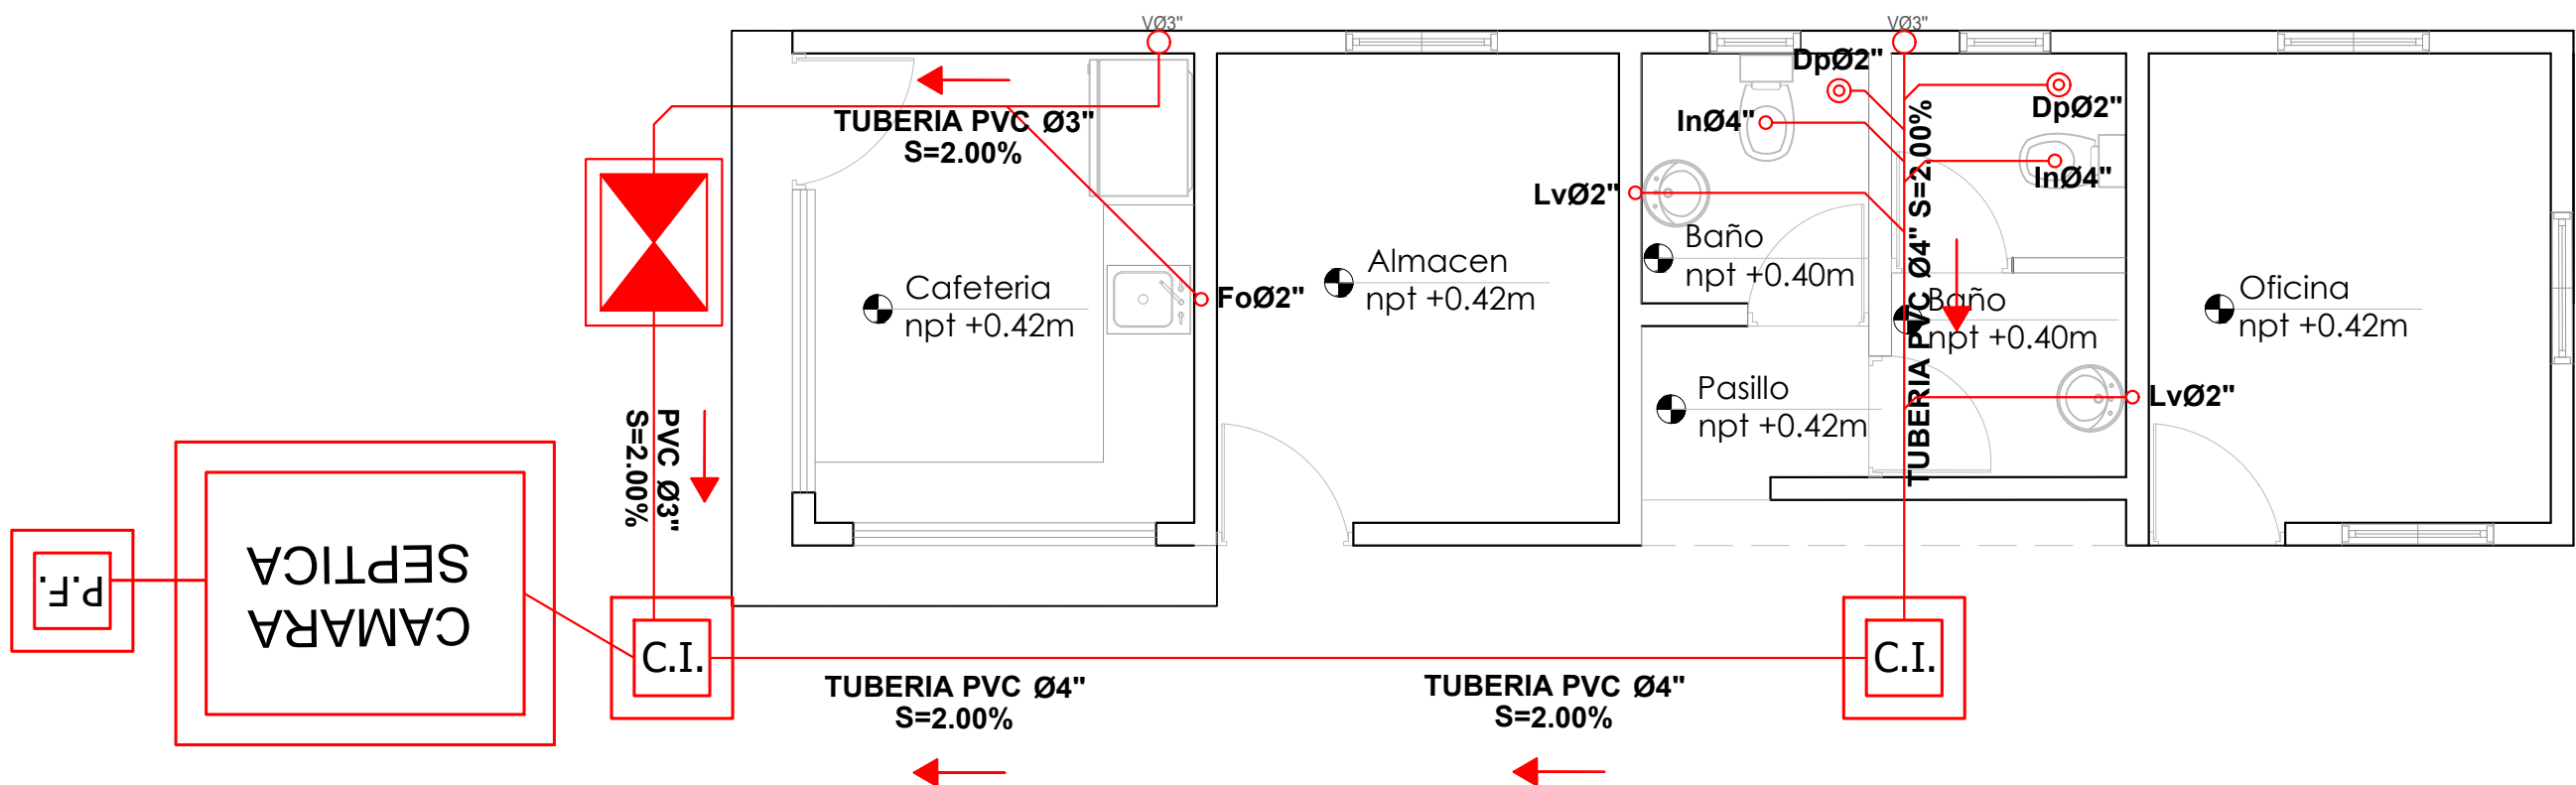



LEYENDA SANITARIA		
to		INODORO
Lo		LAVAMANOS
Fo		FREGADERO
DU		DUCHA
Dp		DESAGUE DE PISO
CL		CALENTADOR ELÉCTRICO
Vp		VALVULA DE PASO
C.I.		CAJA DE INSPECCIÓN
T.G.		TRAMPA DE GRASA
VØ2"		COLUMNA DE VENTILACIÓN
BD		BAJANTE DE DESCARGA
S.		PENDIENTE EN %
		TUBERIA AGUAS POTABLE FRIA
		TUBERIA AGUAS NEGRAS
CF		COLUMNA DE AGUA FRIA

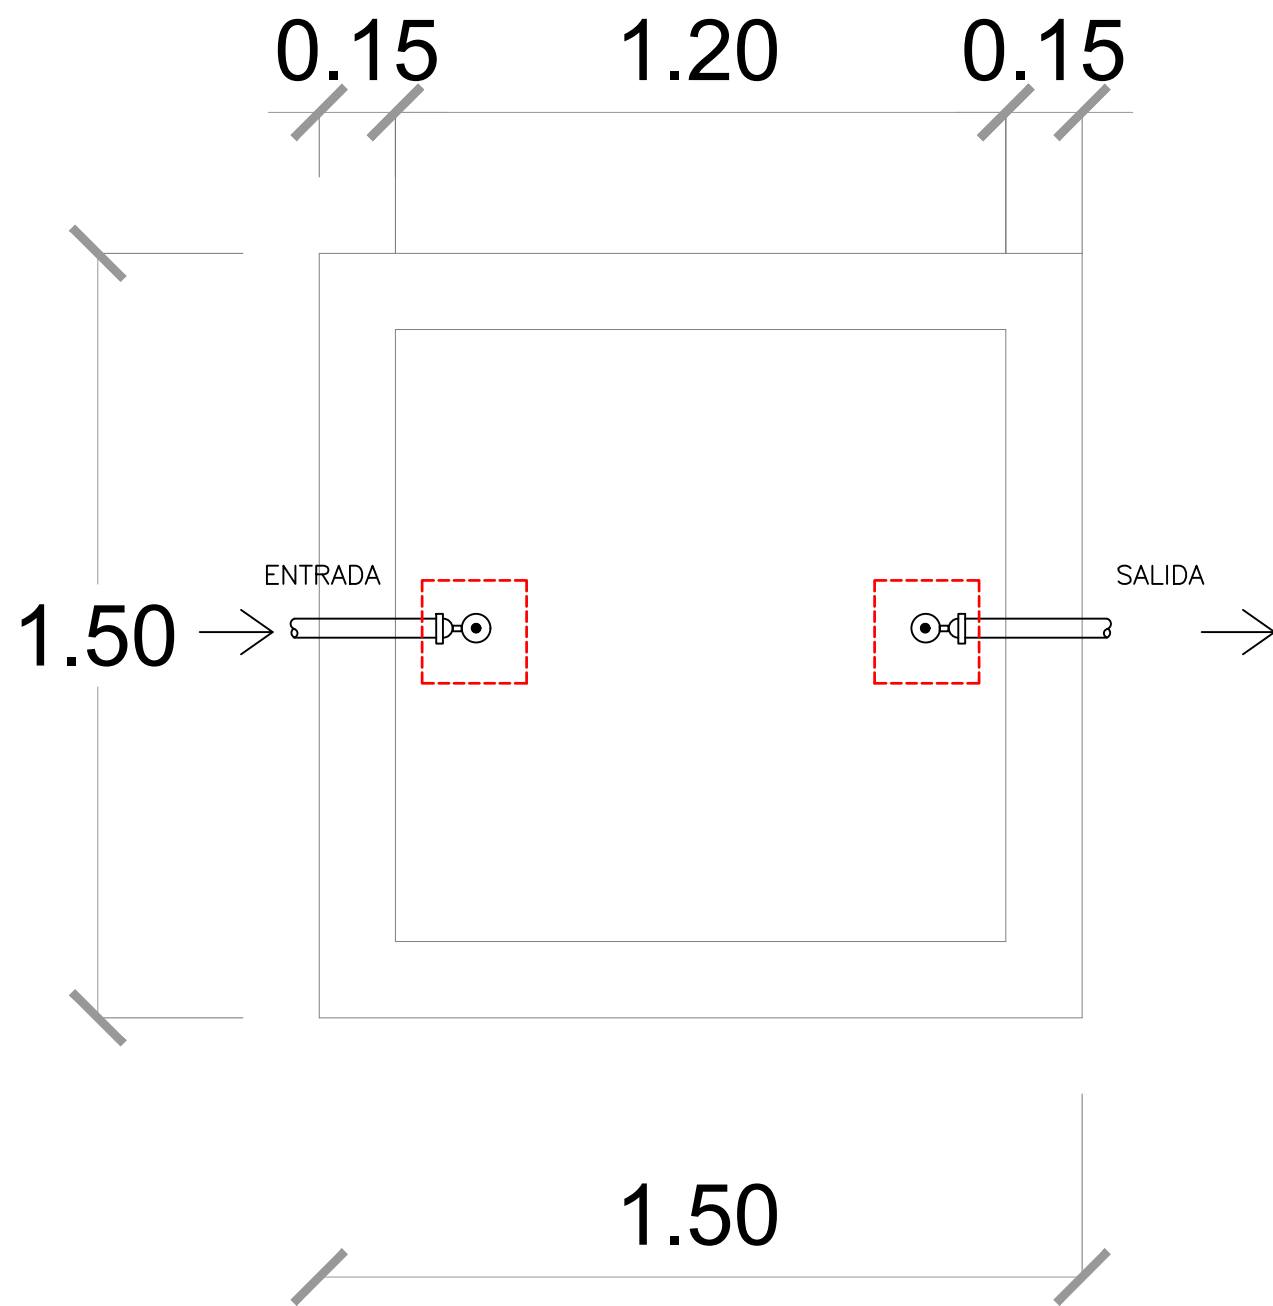

  **PLANTA DE SEPTICO**
ESC. 1:15

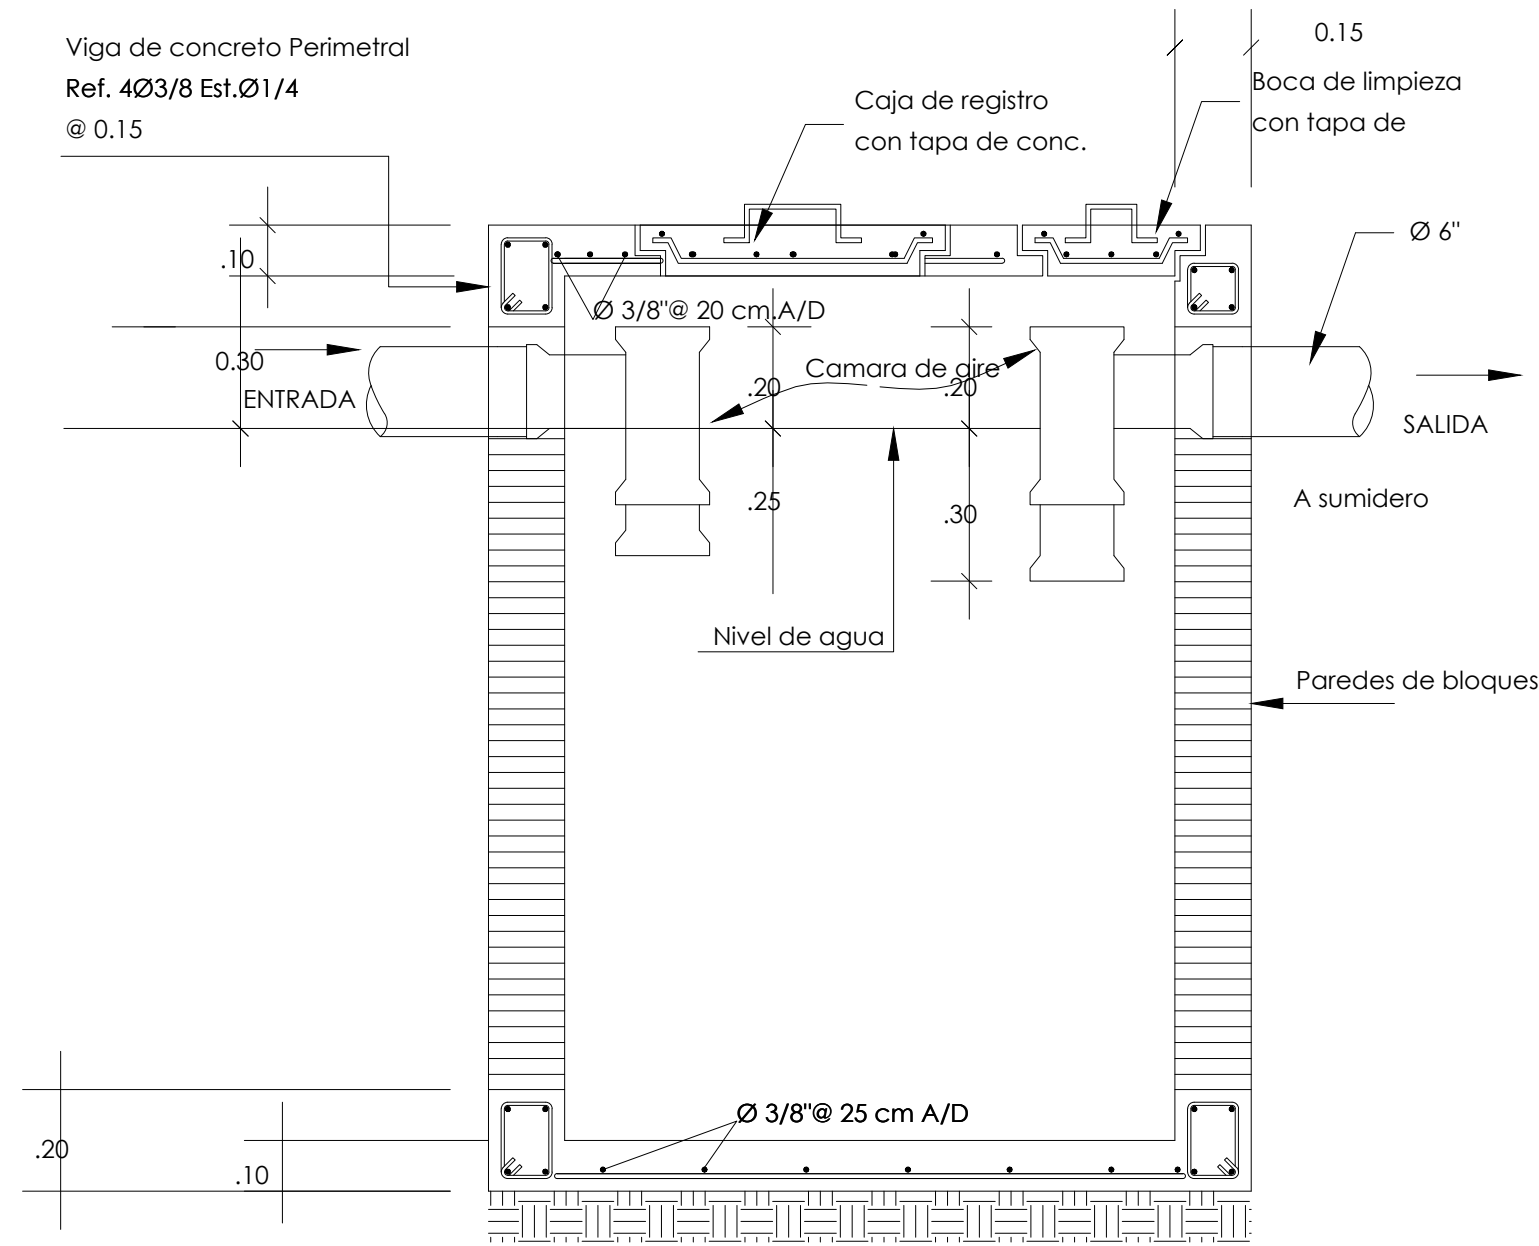

  **SECCIÓN DE SEPTICO**
ESC. 1:15

  **DETALLE SANITARIO**
ESC. 1:15

PROYECTO:
**"CONSTRUCCIÓN CLUB DEPORTIVO
JUANCHO, D.M. JUANCHO,
PROVINCIA PEDERNALES"**
Republica Dominicana

EQUIPO DE TRABAJO:

DISEÑO ARQUITECTÓNICO
ARQ. _____
codia 00000

ENC. INGENIERÍA
ING. FIORDALIZA BONIFACIO
codia 00000

ESTRUCTURAL
ING. _____
codia 00000

ELÉCTRICO
ING. JUAN PEREZ
codia 00000

HIDRO-SANITARIO
ING. FRANCIS ESTEVEZ
codia 00000

SELLO DE APROBACIÓN:

FECHA: _____

CONTENIDO:

DETALLE SANITARIO

ESCALA:

1:15

SEPTIEMBRE 2026

NO. PÁGINA:

PROYECTO:
**"CONSTRUCCIÓN CLUB DEPORTIVO
JUANCHO, D.M. JUANCHO,
PROVINCIA PEDERNALES"**
Republica Dominicana

- EQUIPO DE TRABAJO:
- DISEÑO ARQUITECTÓNICO**
ARQ.
codia 00000

ENC. INGENIERÍA
ING.FIORDALIZA BONIFACIO
codia 00000

ESTRUCTURAL
ING.
codia 00000

ELÉCTRICO
ING. JUAN PEREZ
codia 00000

HIDRO-SANITARIO
ING. FRANCIS ESTEVEZ
codia 00000

SELLO DE APROBACIÓN:

FECHA:

CONTENIDO:

DETALLES ELÉCTRICOS

ESCALA:

1:40

SEPTIEMBRE 2026

NO. PÁGINA:

PANEL: PA			4 CONDUCTORES						ESPACIOS: 24				
LUGAR: ALMACEN			SIMILAR: GE CAT: THL 24420						TENSIÓN: 120/240 VOLTS				
FASE: 2			INTERRUPTOR PRINCIPAL				BREAKERS		BARRAS: 75 AMP				
			60/2 AMP TIPO				TIPO: THQC						
KVA	DESCRIPCIÓN	DUCT.	CAL	BKR	NO.	A	B	NO.	BKR	CAL	DUCT.	DESCRIPCIÓN	KVA
0.50	LUZ COLGANTES	1/2"	2 #12	20	1			2	20	2 #12	1/2"	LUCES COLGANTE	0.50
0.50	" "	1/2"	2 #12	20	3			4	20	2 #12	1/2"	" "	0.50
0.50	" "	1/2"	2 #12	20	5			6	20	2 #12	1/2"	" "	0.40
0.40	" "	1/2"	2 #12	20	7			8	20	2 #12 1 #12	1/2"	" "	0.30
0.30	TOMTE. PIZARRA	1/2"	2 #12 1 #12	20	9			10	20	2 #12 1 #12	1/2"	TOMTE. PIZARRA	0.30
0.30	ABANICO TECHO	1/2"	2 #12 1 #12	20	11			12	20	2 #10 1 #12	3/4"	ABANICO TECHO	0.75
1.20	LUCES EXTERIOR	3/4"	2 #10 1 #12	20	13			14	20	2 #12 1 #12	1/2"	LUCES EXTERIOR	1.00
					15					2 #12 1 #12	1/2"	LUCES Of. BAÑO	0.60
												TOMTE. 120V	
CARGA CONECTADA: 8.05 KVA			DEMANDA MAXIMA: 8.05 KVA			ALIMENTADOR:							
ILUMINACIÓN: 6.25 KVA			CARGA DE DISEÑO: 6.44 KVA			2 THW CAL. NO. 6							
TOMACORRIENTE: 1.20 KVA			CORRIENTE DE DISEÑO: 26.83 AMP			1 THW CAL. NO. 8							
OTROS: 0.60 KVA			FACTOR DE DEMANDA: 80 %			1 THW CAL. NO. 8							
FASE A: 4.70 KVA			CARGA RESERVA: 1.61 KVA			DUCTO DIAM: 1" TIPO: PVC							
FASE B: 3.35 KVA			NEUTRO: 26.83 AMP										

PUNTO DE INTERCONEXION

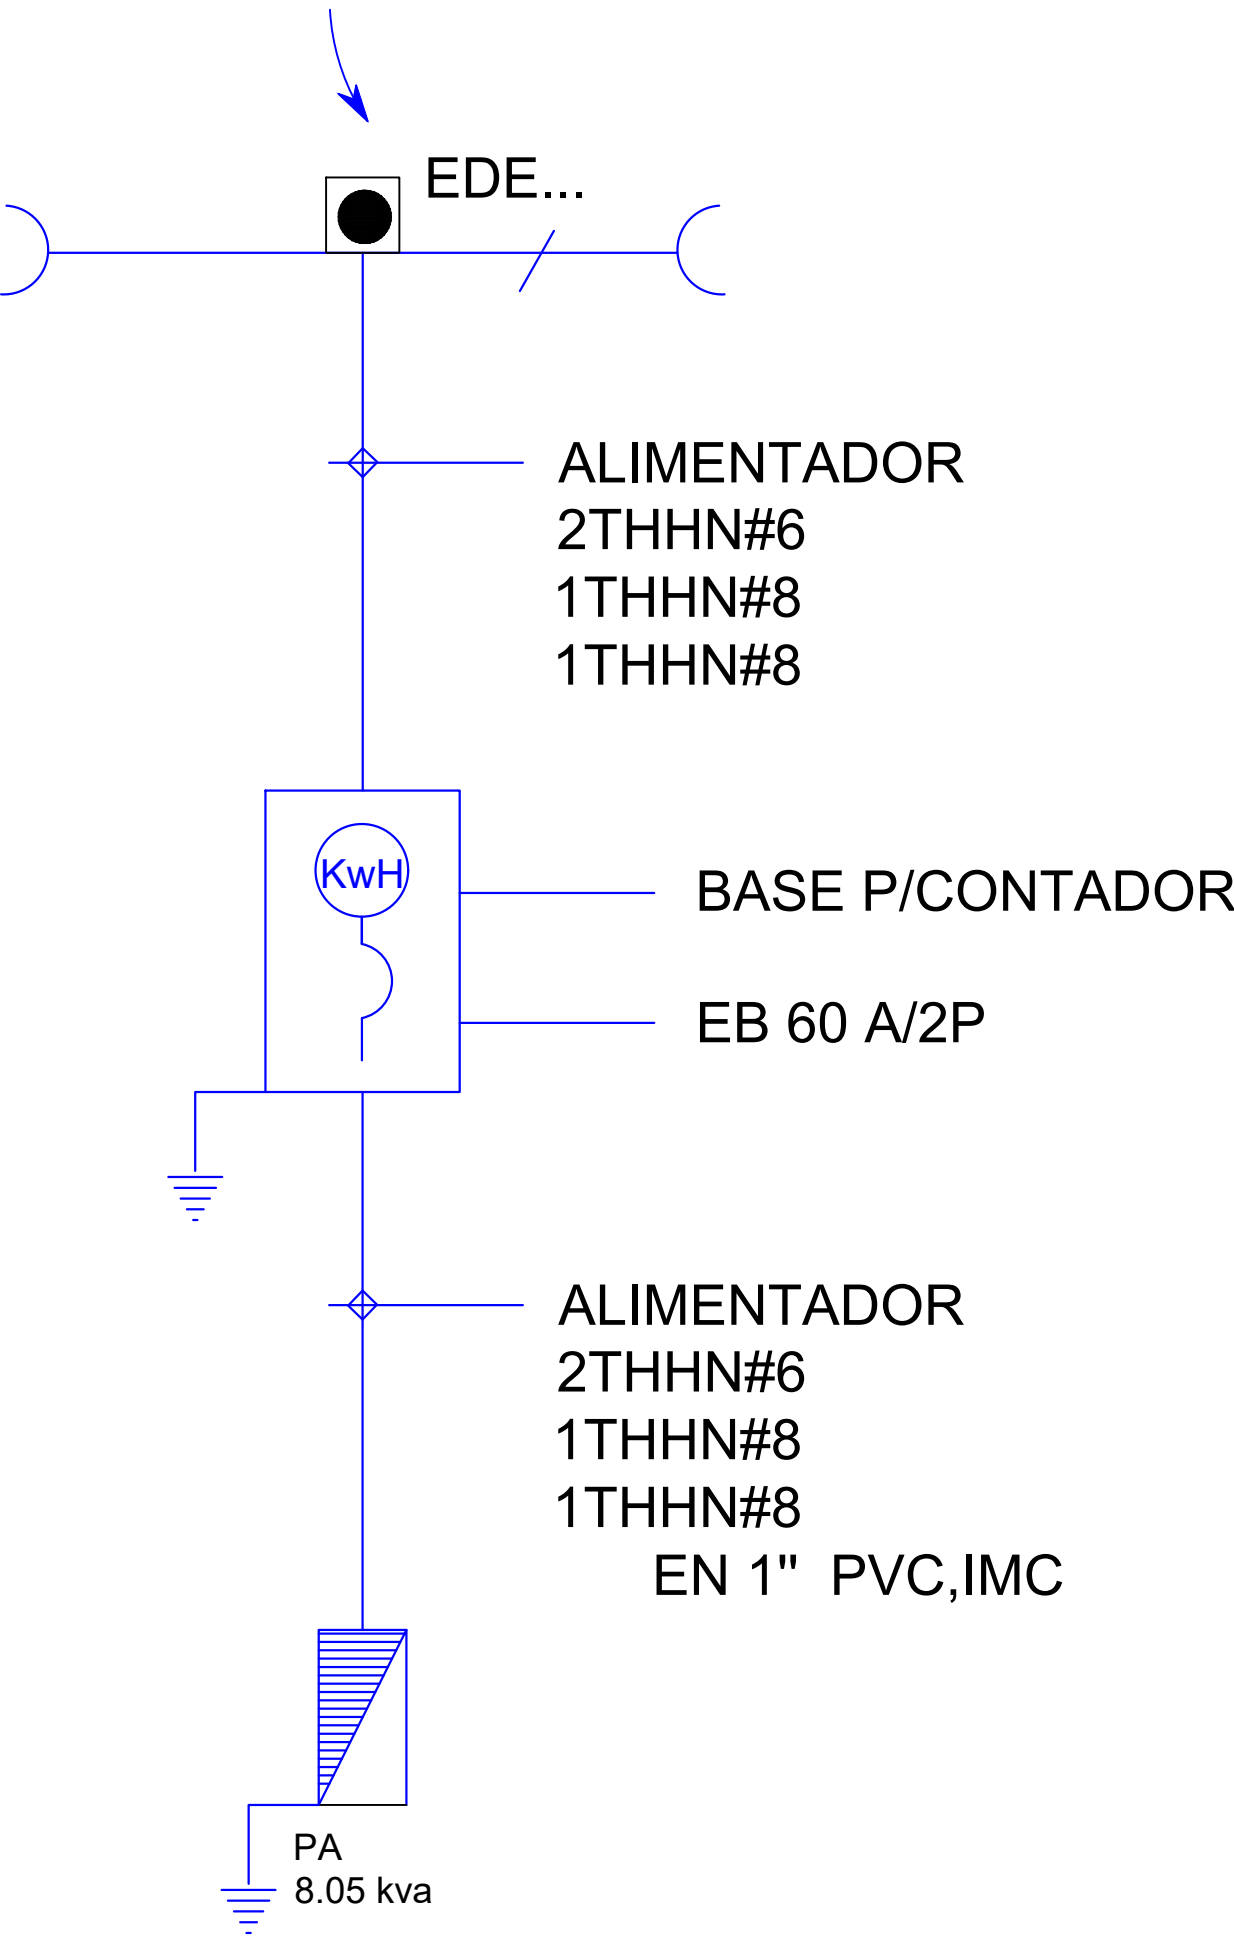


DIAGRAMA UNIFILAR
ESC. N/E

PROYECTO:
"CONSTRUCCIÓN CLUB DEPORTIVO
JUANCHO, D.M. JUANCHO,
PROVINCIA PEDERNALES"
Republica Dominicana

EQUIPO DE TRABAJO:

DISEÑO ARQUITECTÓNICO
ARQ.
codia 00000

ENC. INGENIERÍA
ING.FIORDALIZA BONIFACIO
codia 00000

ESTRUCTURAL
ING.
codia 00000

ELÉCTRICO
ING. JUAN PEREZ
codia 00000

HIDRO-SANITARIO
ING. FRANCIS ESTEVEZ
codia 00000

SELLO DE APROBACIÓN:

FECHA:

CONTENIDO:

DETALLES ELÉCTRICOS


ESCALA:

1:40

SEPTIEMBRE 2026

NO. PÁGINA:

031

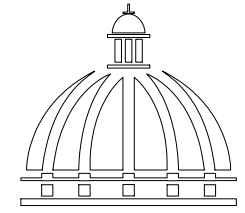

DIRECCIÓN DE
DESARROLLO PROVINCIAL
DDP

PROYECTO:

**"CONSTRUCCIÓN CLUB DEPORTIVO
JUANCHO, D.M. JUANCHO,
PROVINCIA PEDERNALES"**

Republica Dominicana

codia 00000 —

codia 00000 —

codia 00000

codia 00000

codia 00000 —

FECHA: _____

PLANTA ELECTRICA DE CONJUNTO

SEPTIEMBRE 2026

032



LAMPARAS GOLGANTES
100W, LED, 120V


DETALLE DE LUMINARIA



SIMBOLO




***NOTA: ESTOS PLANOS PUEDEN SER MODIFICADOS Y/O ADECUADOS EN CAMPO.**

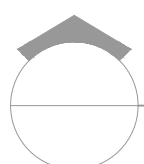

PLANTA DE ELECTRICA CONJUNTO

ESC. 1:500

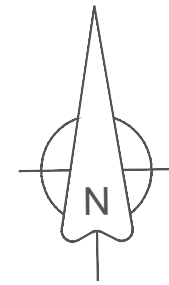

PROYECTO:
**"CONSTRUCCIÓN CLUB DEPORTIVO
JUANCHO, D.M. JUANCHO,
PROVINCIA PEDERNALES"**
Republica Dominicana

EQUIPO DE TRABAJO:

DISEÑO ARQUITECTÓNICO
ARQ. _____
codia 00000

ENC. INGENIERÍA
ING.FIORDALIZA BONIFACIO
codia 00000

ESTRUCTURAL
ING. _____
codia 00000

ELÉCTRICO
ING. JUAN PEREZ
codia 00000

HIDRO-SANITARIO
ING. FRANCIS ESTEVEZ
codia 00000

SELLO DE APROBACIÓN:

FECHA: _____


CONTENIDO:
**PLANTA SANITARIA
POTABLE**



ESCALA:
1:500

SEPTIEMBRE 2026

NO. PÁGINA:

033

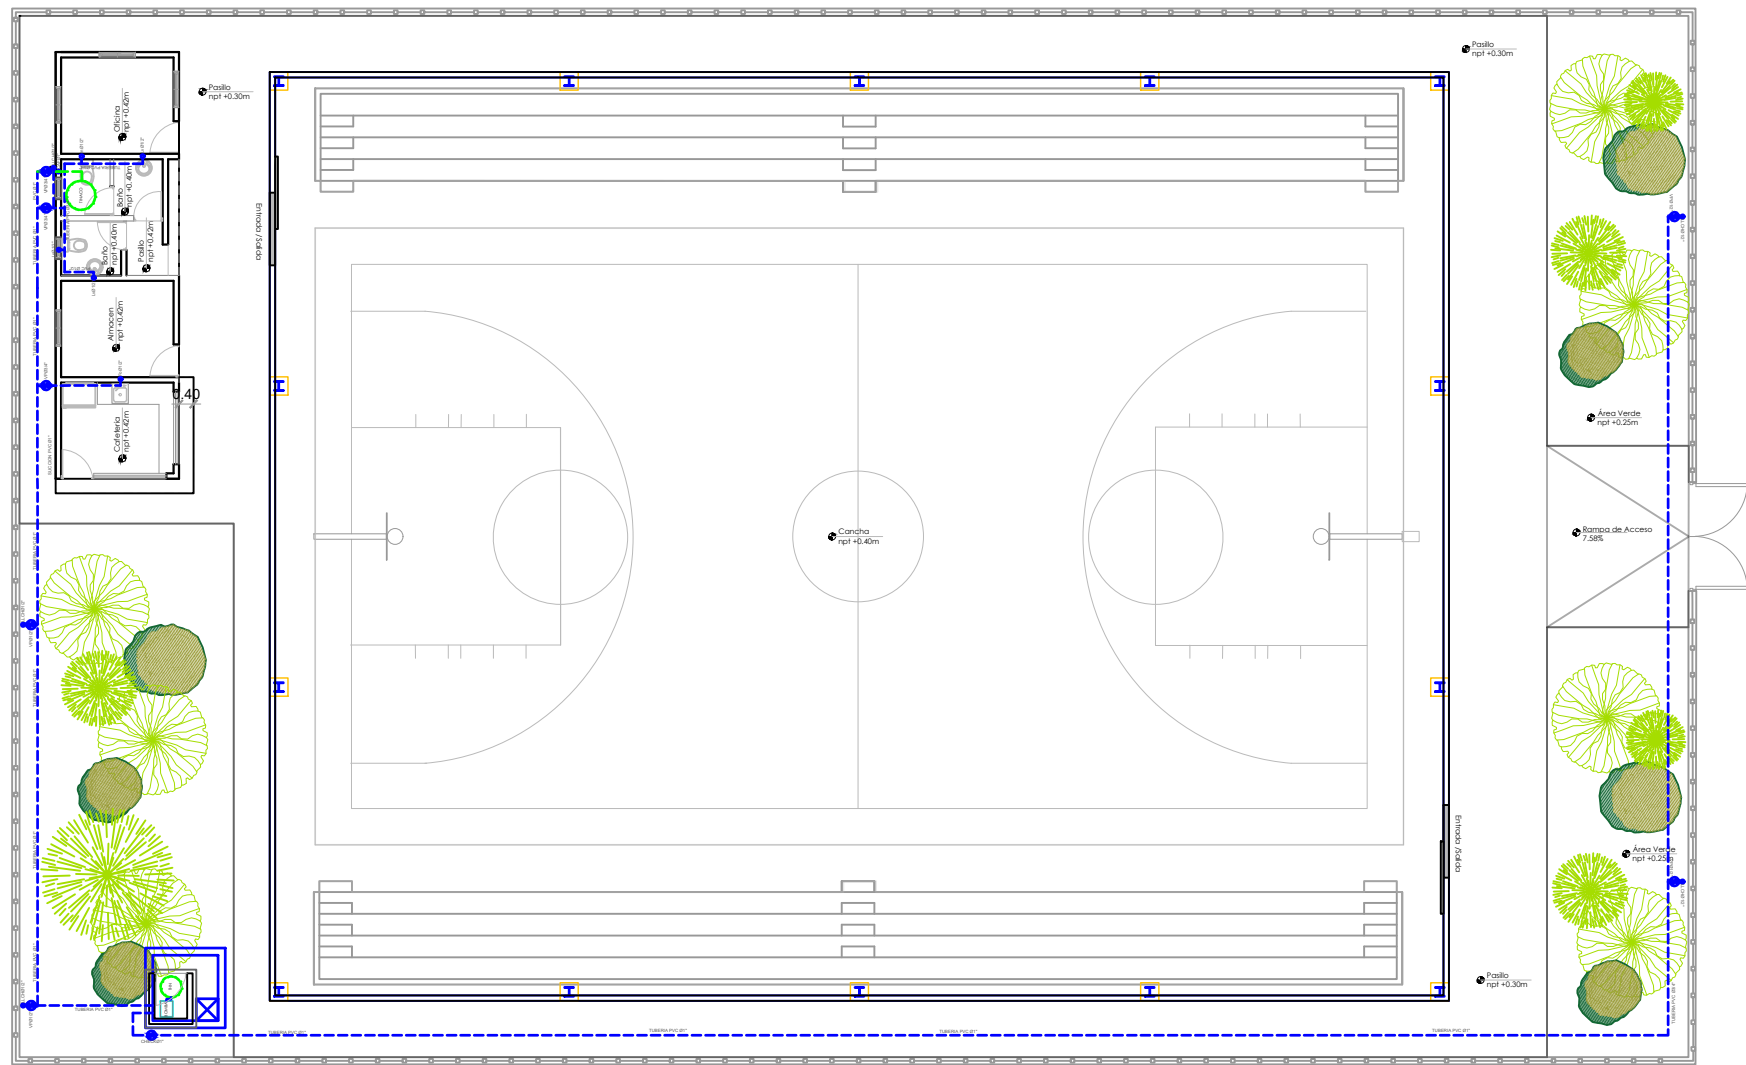

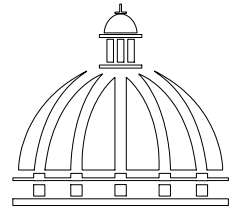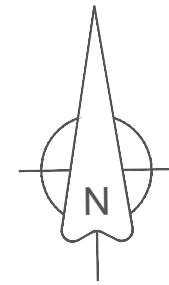

GOBIERNO DE LA
REPÚBLICA DOMINICANA

DIRECCIÓN DE
DESARROLLO PROVINCIAL
DDP

Ave. Dr. Delgado, Esq. Moises García,
Gazcue, Sto. Dgo., R.D.
TEL.: (809)-364-2189 | FAX.: (809)- 688-1665
E-Mail: info@cpadp.gob.do

PROYECTO:
**"CONSTRUCCIÓN CLUB DEPORTIVO
JUANCHO, D.M. JUANCHO,
PROVINCIA PEDERNALES"**
Republica Dominicana

EQUIPO DE TRABAJO:

DISEÑO ARQUITECTÓNICO
ARQ. _____
codia 00000

ENC. INGENIERÍA
ING. FIORDALIZA BONIFACIO
codia 00000

ESTRUCTURAL
ING. _____
codia 00000

ELÉCTRICO
ING. JUAN PEREZ
codia 00000

HIDRO-SANITARIO
ING. FRANCIS ESTEVEZ
codia 00000

SELLO DE APROBACIÓN:

FECHA: _____



CONTENIDO:
**PLANTA SANITARIA
RESIDUAL**

ESCALA:
1:500

SEPTIEMBRE 2026

NO. PÁGINA:



034

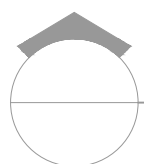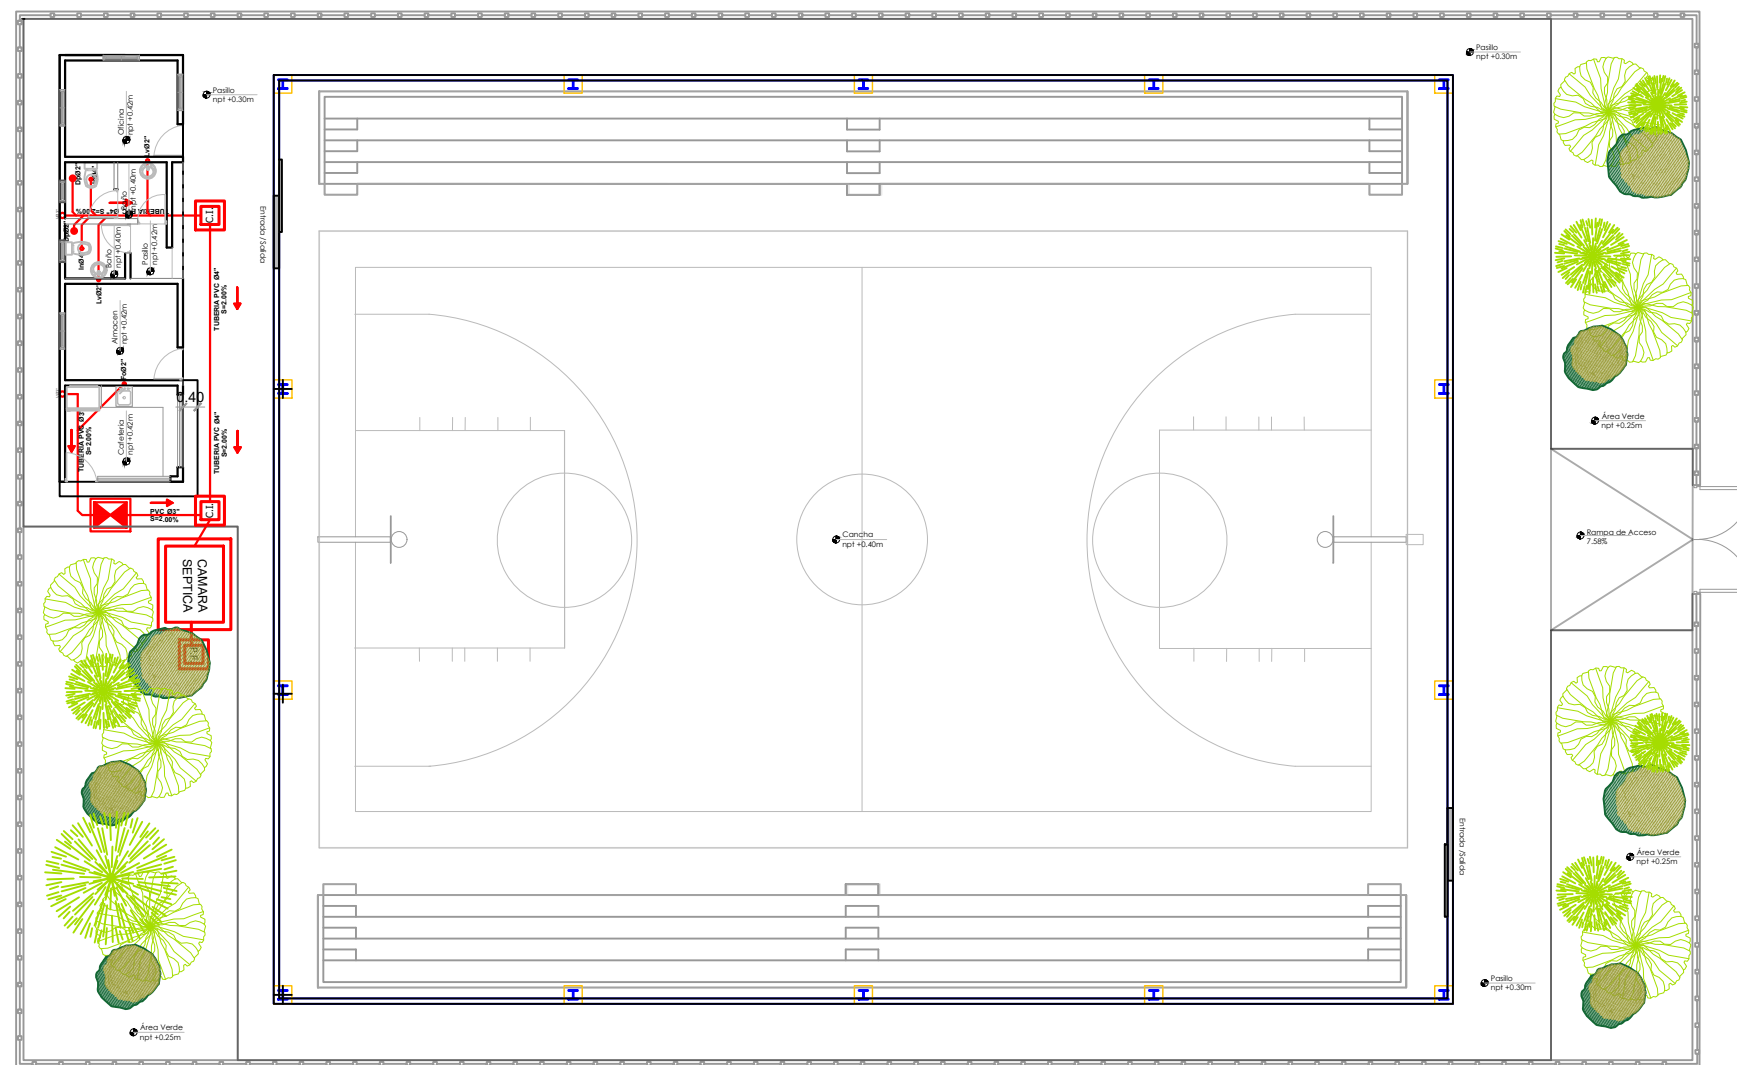


PLANTA SANITARIA RESIDUAL

ESC. 1:500

DETALLE DESAGÜE CANALETA

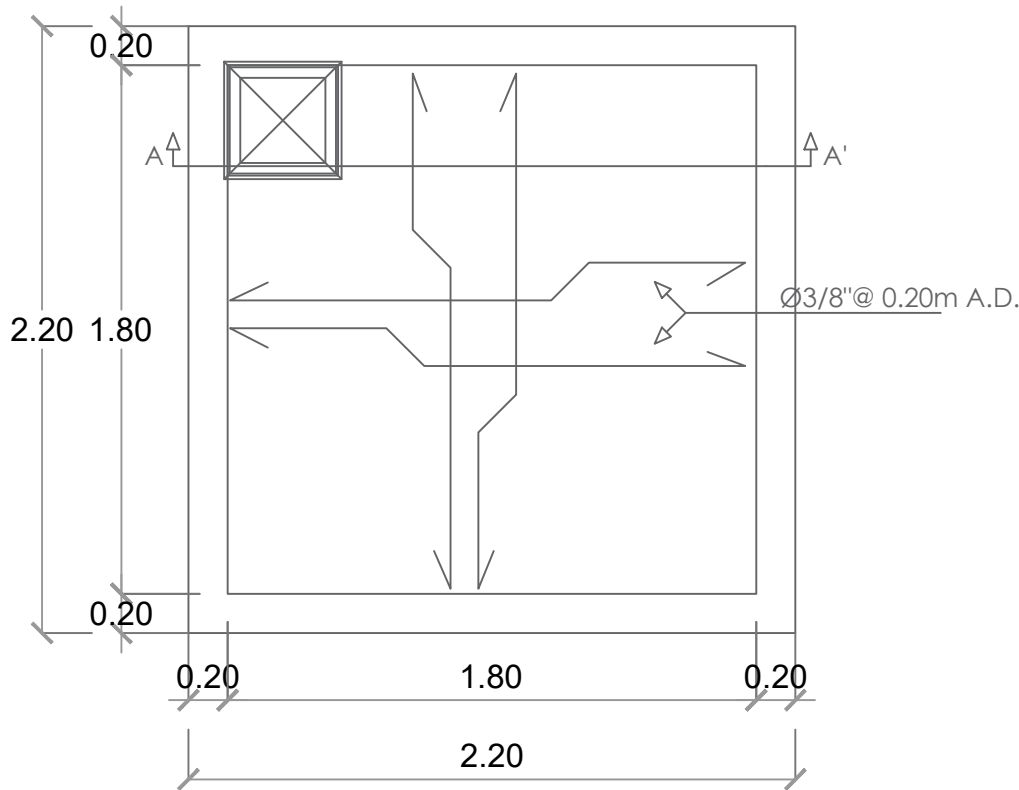
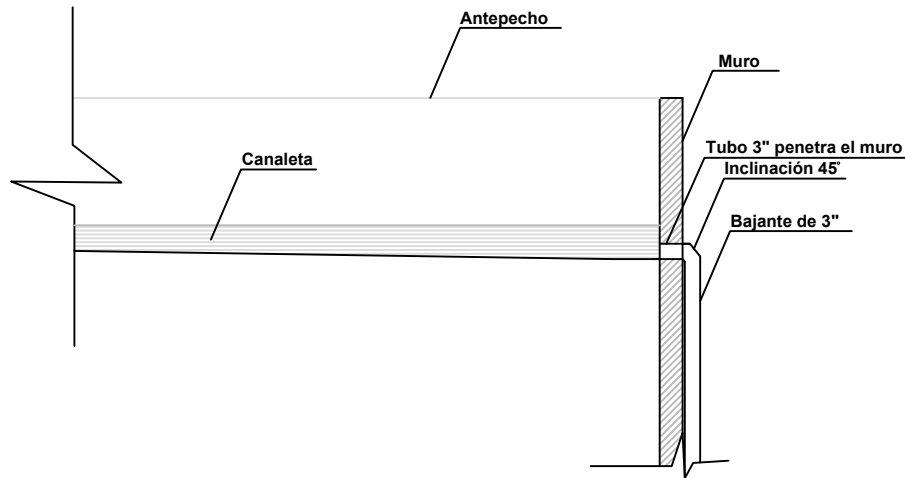


PLANTA CISTERNA

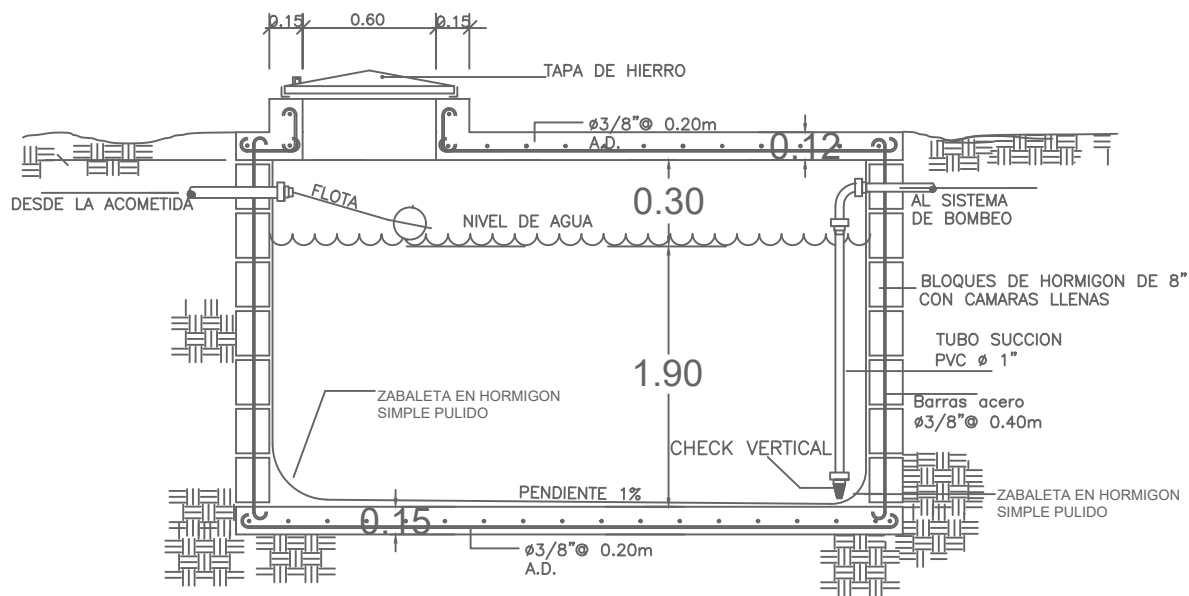


SECCION CISTERNA



DETALLE TANQUE SEPTICO DE DOS CAMARAS

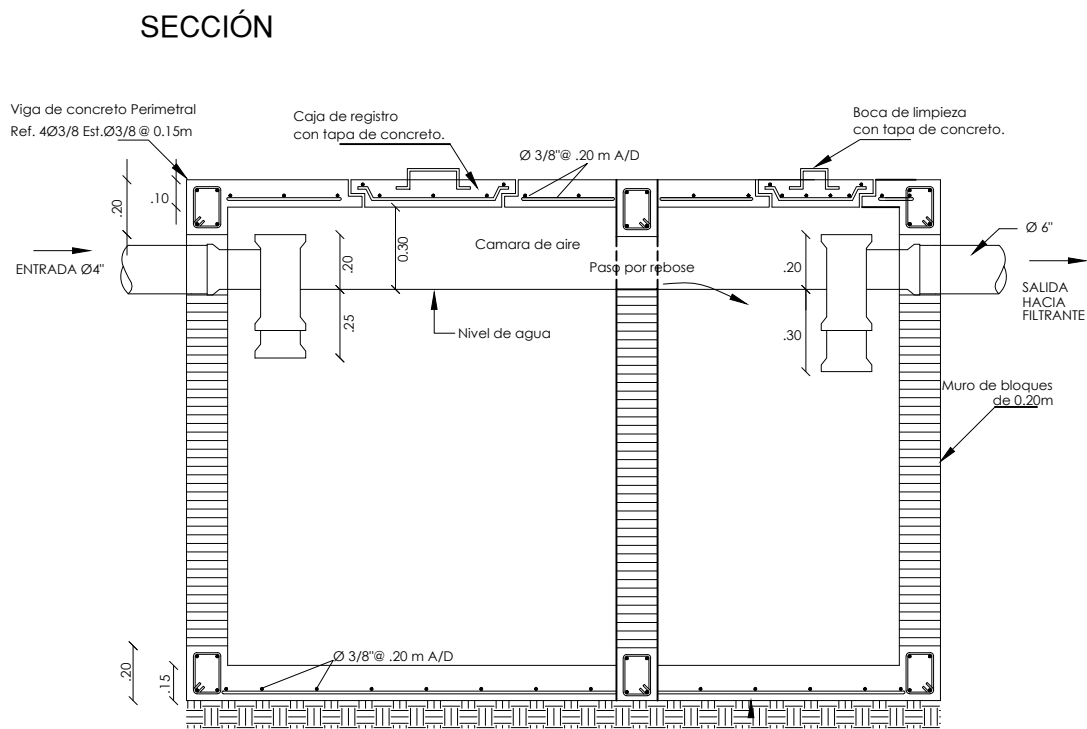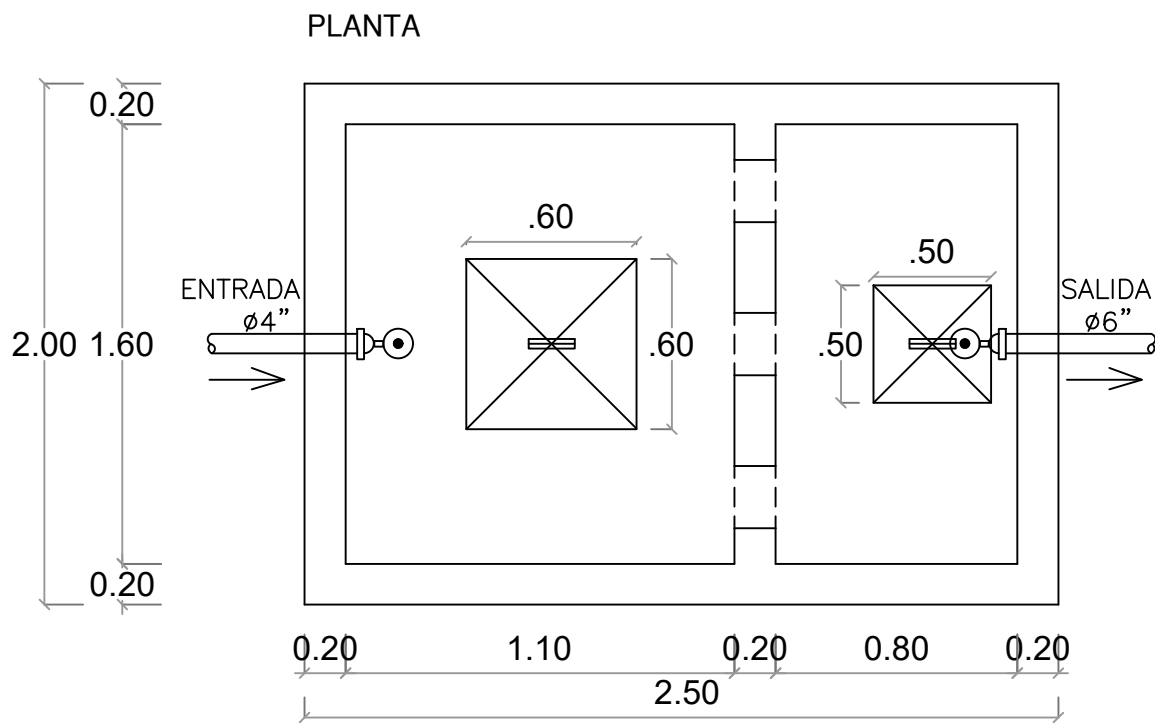


DETALLE FILTRANTE
NO ESCALA

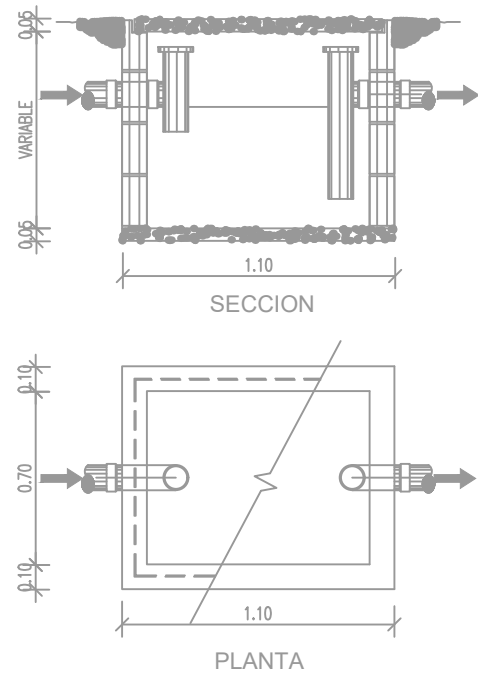

DETALLE DE TRAMPA DE GRASA

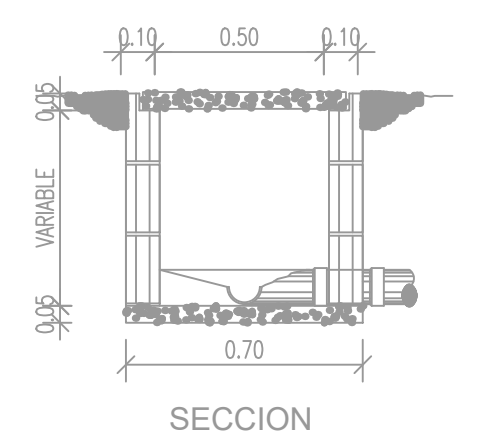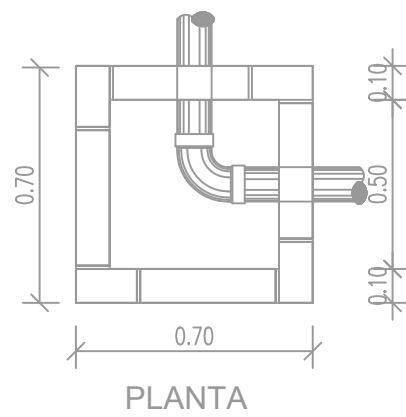

DETALLE DE REGISTRO

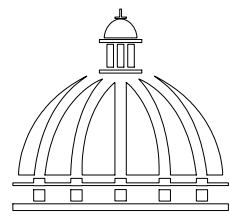

GOBIERNO DE LA
REPÚBLICA DOMINICANA

DIRECCIÓN DE
DESARROLLO PROVINCIAL
DDP

Ave. Dr. Delgado, Esq. Moisés García,
Gazcue, Sto. Dgo., R.D.
TEL.: (809)-364-2189 | FAX.: (809)- 688-1665
E-Mail: info@cpadp.gob.do

PROYECTO:
**"CONSTRUCCIÓN CLUB DEPORTIVO
JUANCHO, D.M. JUANCHO,
PROVINCIA PEDERNALES"**
Republica Dominicana

EQUIPO DE TRABAJO:
DISEÑO ARQUITECTÓNICO
ARQ. _____
codia 00000

ENC. INGENIERÍA
ING. FIORDALIZA BONIFACIO
codia 00000

ESTRUCTURAL
ING. _____
codia 00000

ELÉCTRICO
ING. JUAN PEREZ
codia 00000

HIDRO-SANITARIO
ING. FRANCIS ESTEVEZ
codia 00000

SELLO DE APROBACIÓN:

FECHA: _____

CONTENIDO:

DETALLES SANITARIOS


ESCALA:

1:50


SEPTIEMBRE 2026

NO. PÁGINA:


035

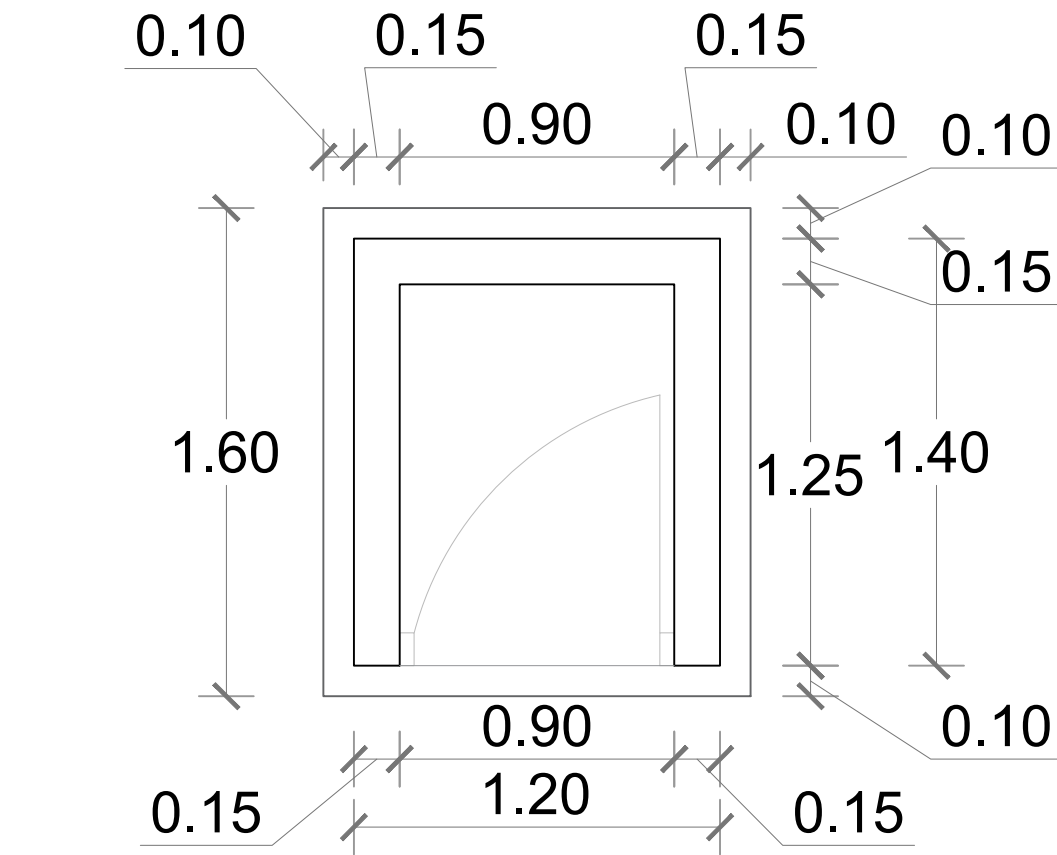


PLANTA-CASETA DE BOMBA
ESC. 1:25

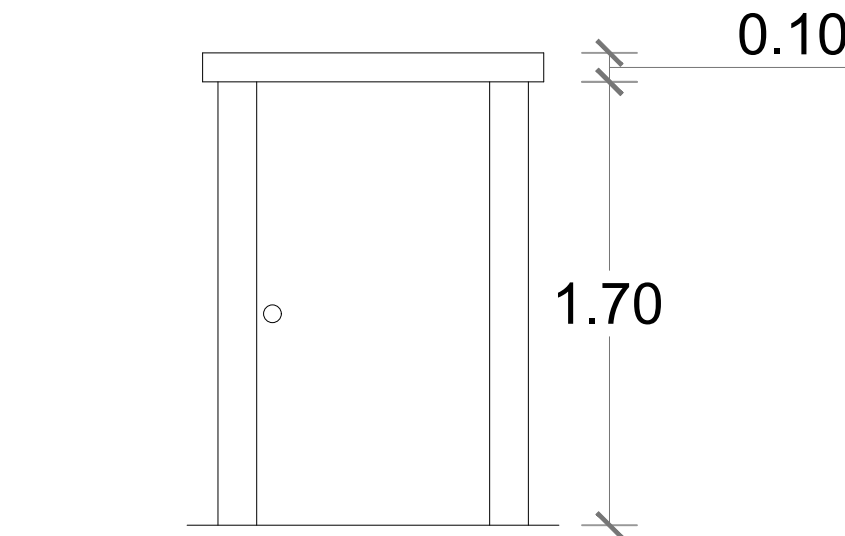


ELEVACIÓN FRONTAL
ESC. 1:25

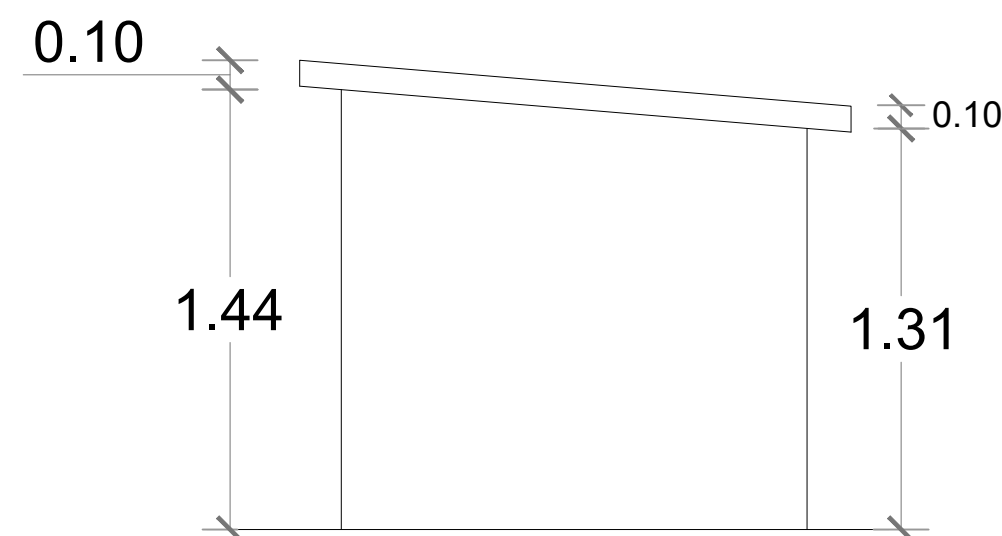


ELEVACIÓN LATERAL DERECHA
ESC. 1:25

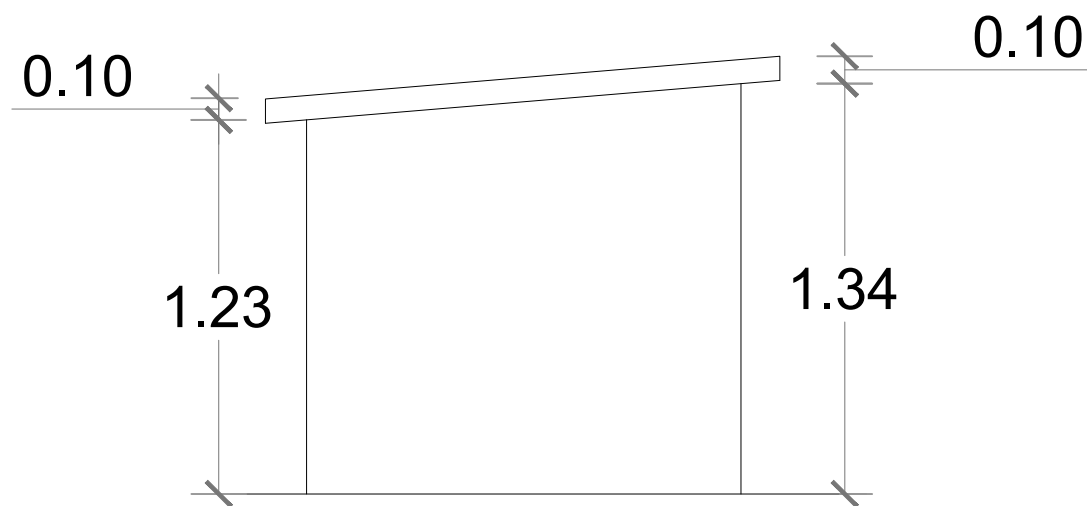

ELEVACIÓN LATERAL IZQUIERDA
ESC. 1:25

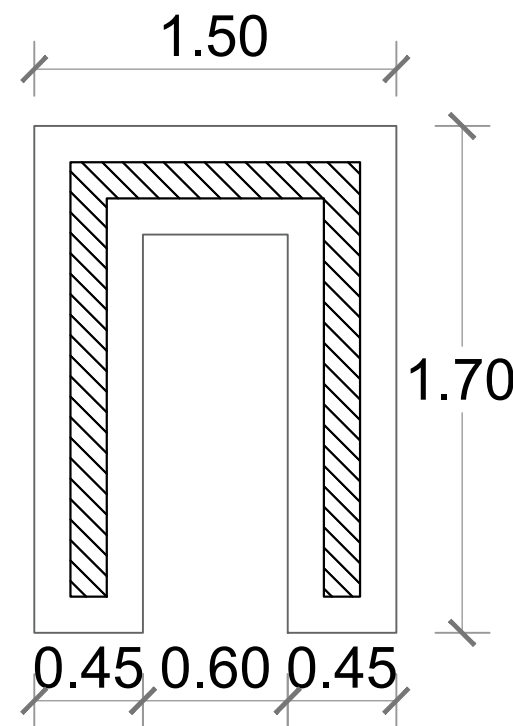

PLANTA DE CIMIENTOS
ESC. 1:25

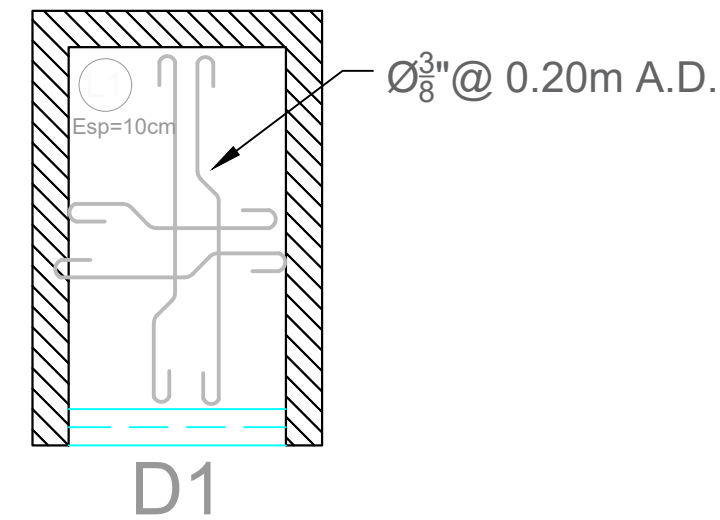

ESTRUCTURA TECHO
ESC. 1:25

DETALLE CASETA DE BOMBA
1:25



DIRECCIÓN DE
DESARROLLO PROVINCIAL
DDP

Ave. Dr. Delgado, Esq. Moises García,
Gazcue, Sto. Dgo., R.D.
TEL.: (809)-364-2189 | FAX.: (809)- 688-1665
E-Mail: info@cpadp.gob.do

PROYECTO:
**"CONSTRUCCIÓN CLUB DEPORTIVO
JUANCHO, D.M. JUANCHO,
PROVINCIA PEDERNALES"**
Republica Dominicana

EQUIPO DE TRABAJO:

DISEÑO ARQUITECTÓNICO
ARQ. _____
codia 00000

ENC. INGENIERÍA
ING. FIORDALIZA BONIFACIO
codia 00000

ESTRUCTURAL
ING. _____
codia 00000

ELÉCTRICO
ING. JUAN PEREZ
codia 00000

HIDRO-SANITARIO
ING. FRANCIS ESTEVEZ
codia 00000

SELLO DE APROBACIÓN:

FECHA: _____

CONTENIDO:

CASETA DE BOMBA



ESCALA:

1:25

SEPTIEMBRE 2026

NO. PÁGINA:

036

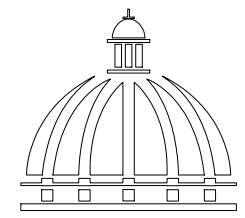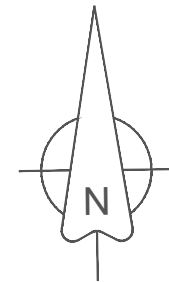

Gobierno de la
República Dominicana

DIRECCIÓN DE
DESARROLLO PROVINCIAL
DDP

Ave. Dr. Delgado, Esq. Moisés García,
Gazcue, Sto. Dgo., R.D.
TEL.: (809)-364-2189 | FAX.: (809)- 688-1665
E-Mail: info@cpadp.gob.do

PROYECTO:
"CONSTRUCCIÓN CLUB DEPORTIVO
JUANCHO, D.M. JUANCHO,
PROVINCIA PEDERNALES"
Republica Dominicana

EQUIPO DE TRABAJO:
DISEÑO ARQUITECTÓNICO
ARQ. _____
codia 00000

ENC. INGENIERÍA
ING.FIORDALIZA BONIFACIO
codia 00000

ESTRUCTURAL
ING. _____
codia 00000

ELÉCTRICO
ING. JUAN PEREZ
codia 00000

HIDRO-SANITARIO
ING. FRANCIS ESTEVEZ
codia 00000

SELLO DE APROBACIÓN:

FECHA: _____







CONTENIDO:
**PLANTA DE
CIMIENTOS**

ESCALA:
1:500

SEPTIEMBRE 2026



NO. PÁGINA:

037

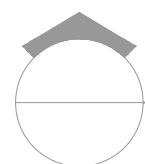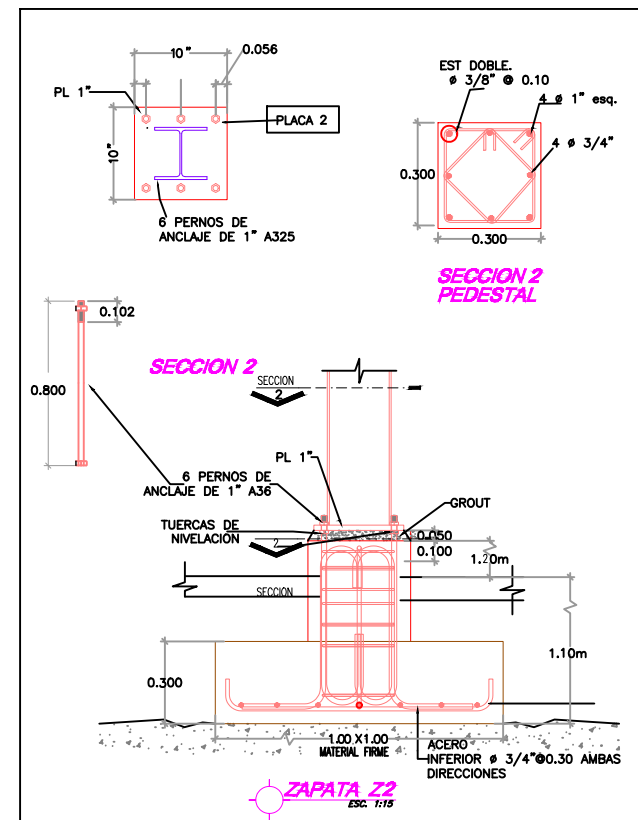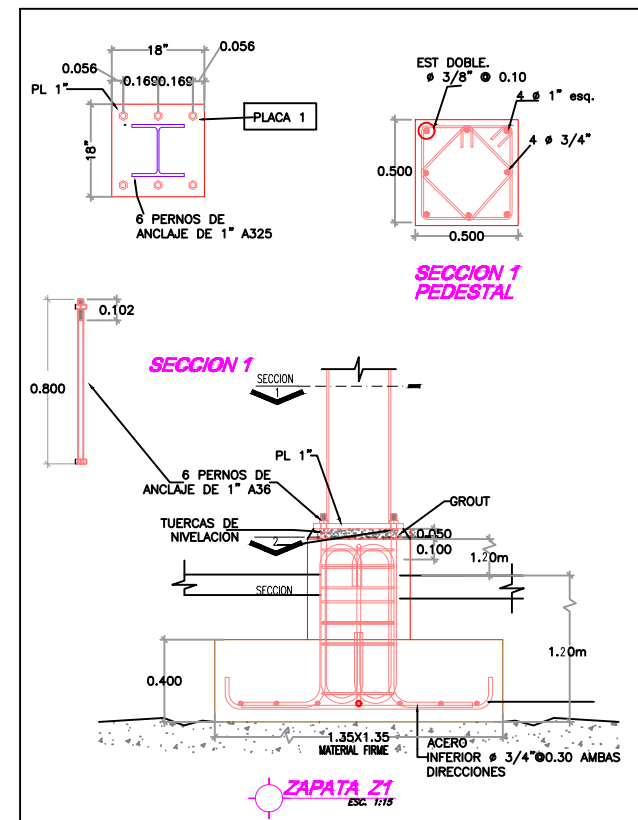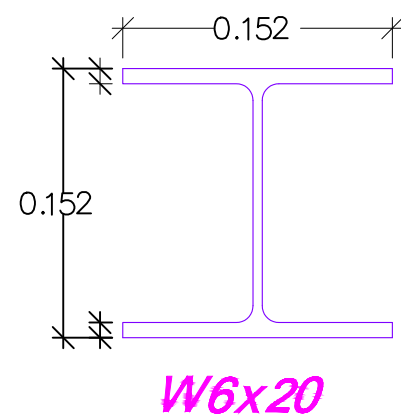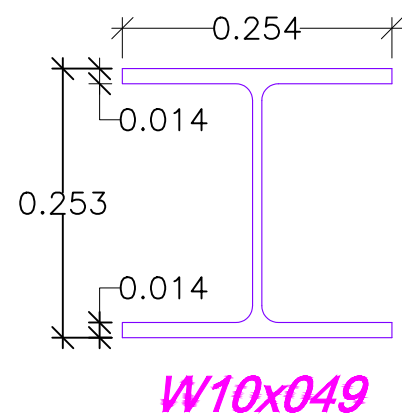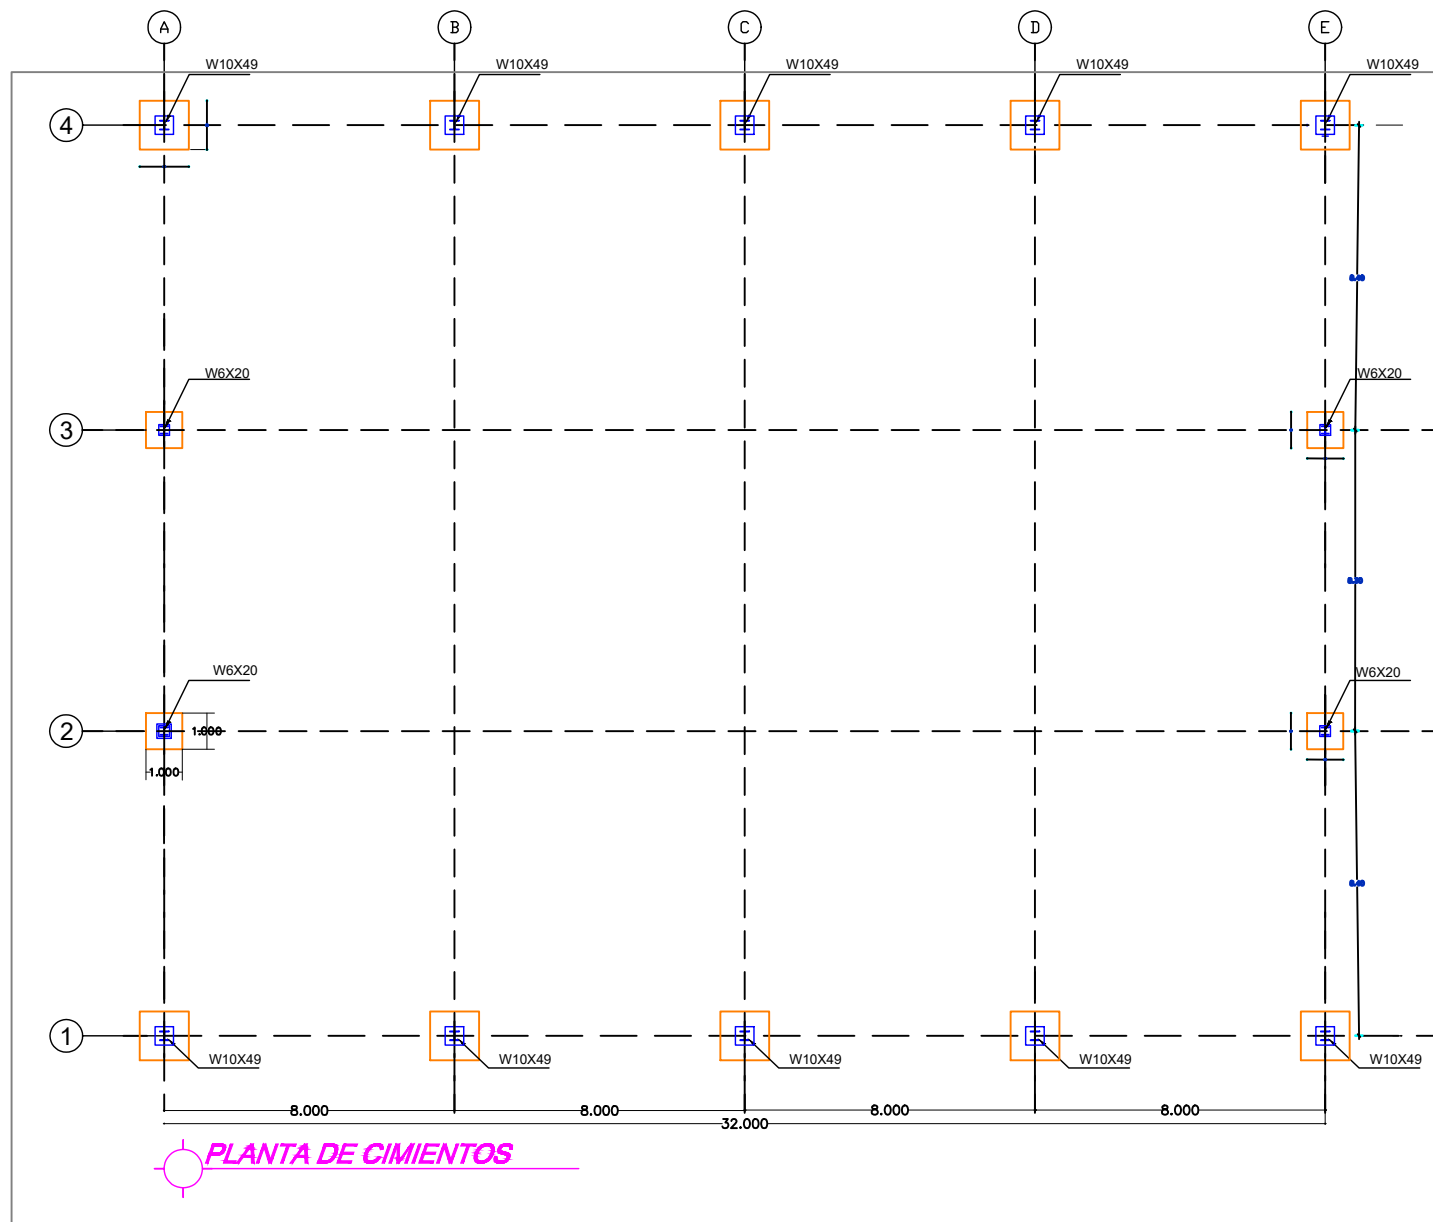

PLANTA DE CIMIENTOS /DETALLE EST.

ESC. 1:500

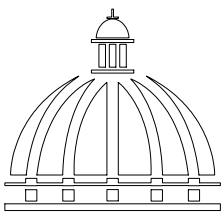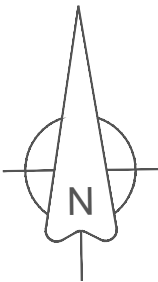

GOBIERNO DE LA
REPÚBLICA DOMINICANA

DIRECCIÓN DE
DESARROLLO PROVINCIAL
DDP

Ave. Dr. Delgado, Esq. Moises García,
Gazcue, Sto. Dgo., R.D.
TEL.: (809)-364-2189 | FAX.: (809)- 688-1665
E-Mail: info@cpadp.gob.do

PROYECTO:
**"CONSTRUCCIÓN CLUB DEPORTIVO
JUANCHO, D.M. JUANCHO,
PROVINCIA PEDERNALES"**
Republica Dominicana

EQUIPO DE TRABAJO:
DISEÑO ARQUITECTÓNICO
ARQ. _____
codia 00000

ENC. INGENIERÍA
ING.FIORDALIZA BONIFACIO
codia 00000

ESTRUCTURAL
ING. _____
codia 00000

ELÉCTRICO
ING. JUAN PEREZ
codia 00000

HIDRO-SANITARIO
ING. FRANCIS ESTEVEZ
codia 00000

SELLO DE APROBACIÓN:

FECHA: _____

CONTENIDO:
**PLANTA DE
CIMIENTOS**


ESCALA:
1:500

SEPTIEMBRE 2026


NO. PÁGINA:
039




SECCIÓN A-A'

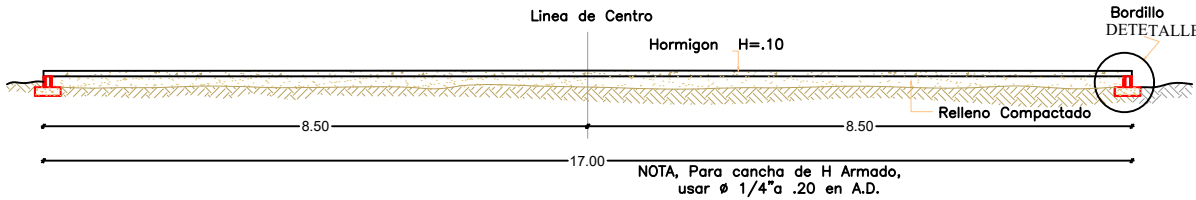





NOTA: Para cancha de H Armado,
usar # 1/4" a .20 en A.D.

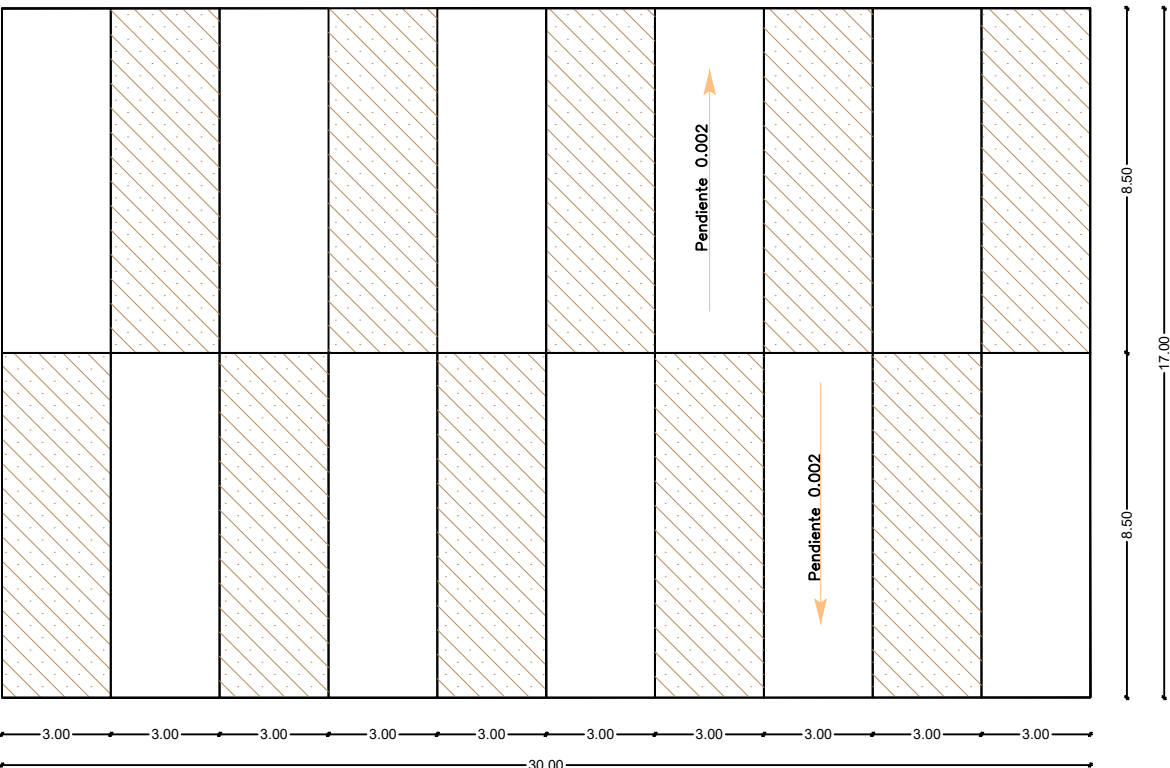

Distribucion Paños vaciado Hormigon

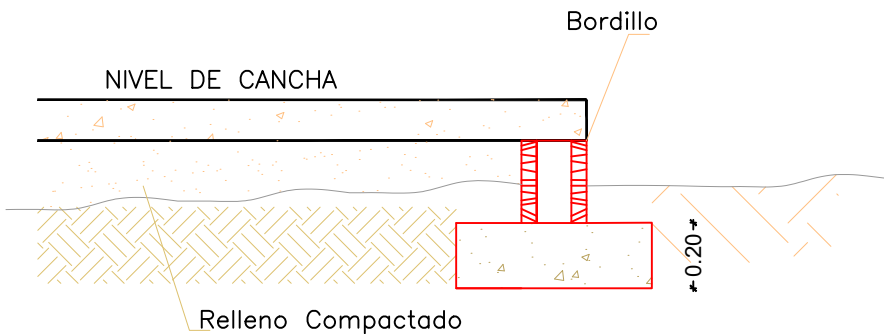

DETALLE DE BORDILLO

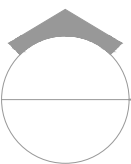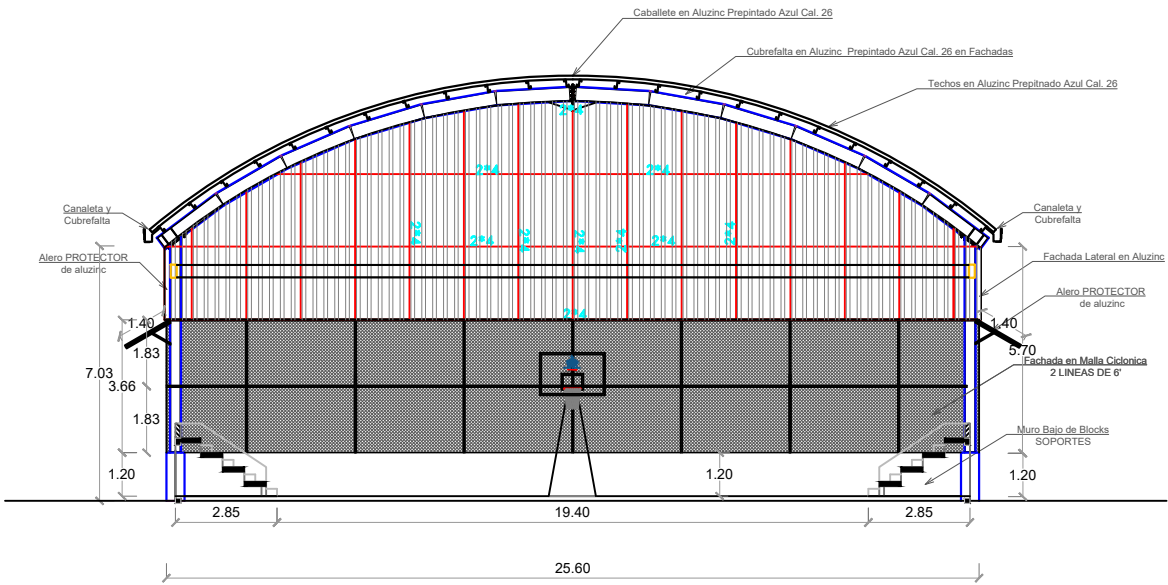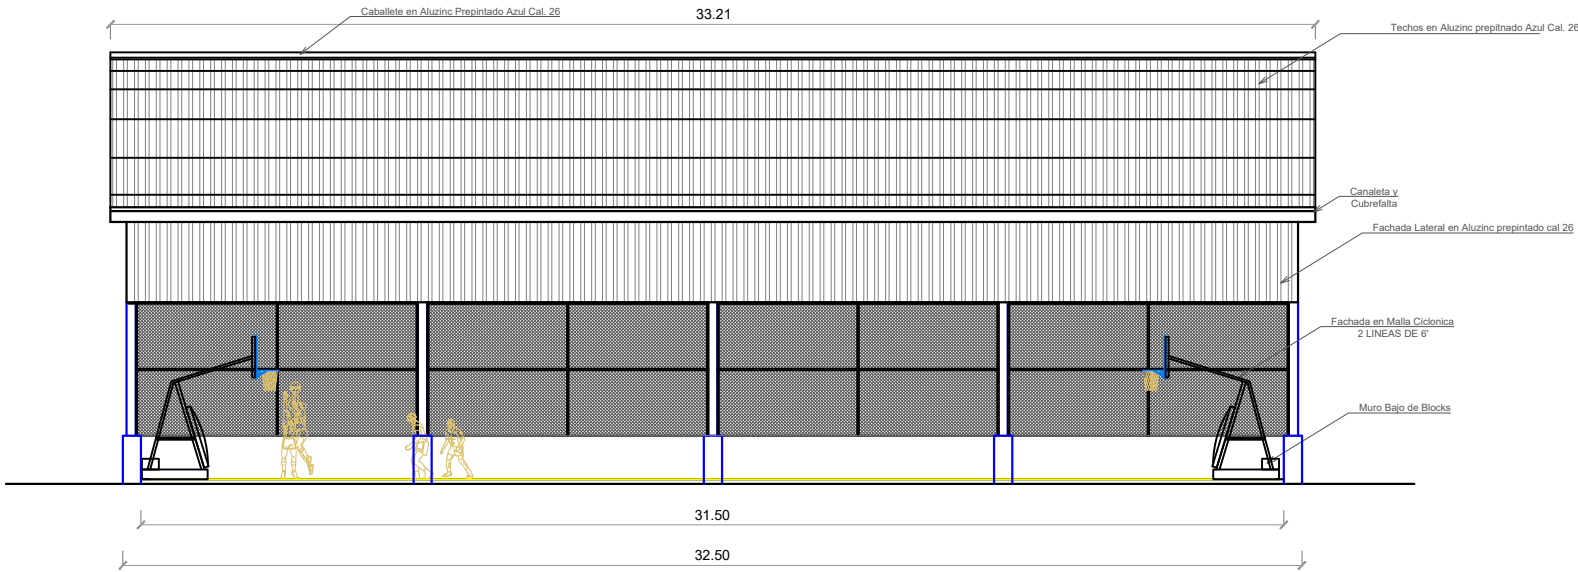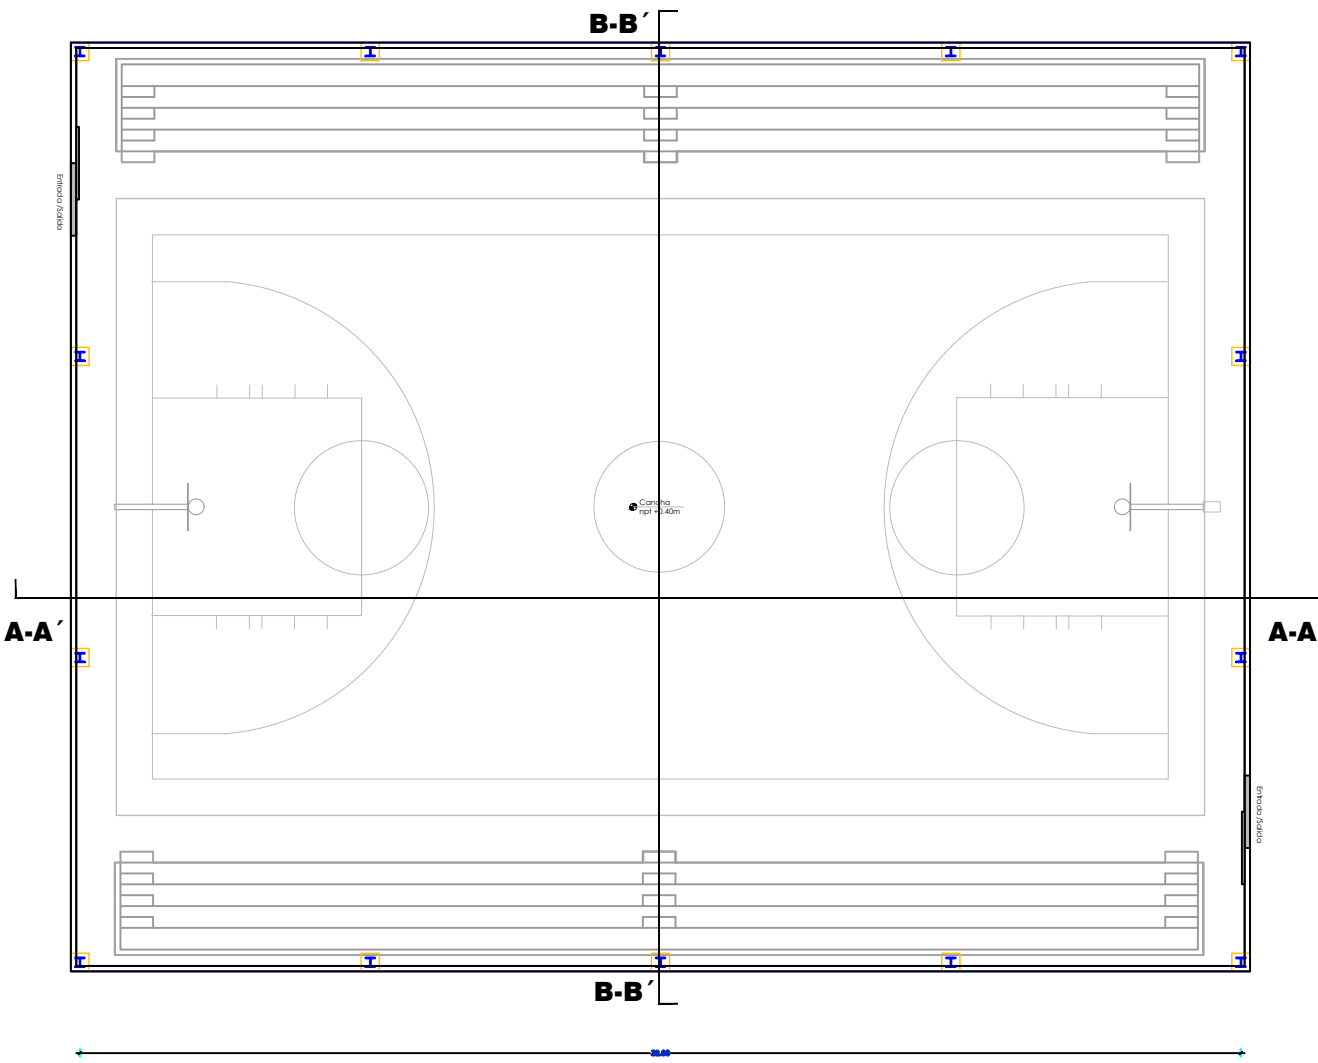

PLANTA DE CIMIENTOS /DETALLE EST.

ESC. 1:500

PROYECTO:
**"CONSTRUCCIÓN CLUB DEPORTIVO
JUANCHO, D.M. JUANCHO,
PROVINCIA PEDERNALES"**
Republica Dominicana

EQUIPO DE TRABAJO:
DISEÑO ARQUITECTÓNICO
ARQ. _____
codia 00000

ENC. INGENIERÍA
ING.FIORDALIZA BONIFACIO
codia 00000

ESTRUCTURAL
ING. _____
codia 00000

ELÉCTRICO
ING. JUAN PEREZ
codia 00000

HIDRO-SANITARIO
ING. FRANCIS ESTEVEZ
codia 00000

SELLO DE APROBACIÓN:

FECHA: _____

CONTENIDO:
**PLANTA DE
CIMIENTOS**

ESCALA:
1:500

SEPTIEMBRE 2026

NO. PÁGINA:

040

