



PROYECTO:

**CONSTRUCCIÓN CAMPO DE BÉISBOL
EL PEÑÓN, MUNICIPIO EL PEÑÓN,
PROVINCIA BARAHONA**

SEPTIEMBRE 2026

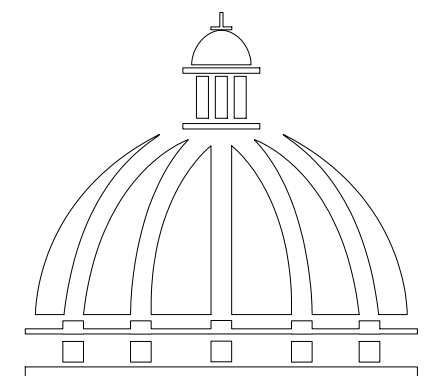

**GOBIERNO DE LA
REPÚBLICA DOMINICANA**

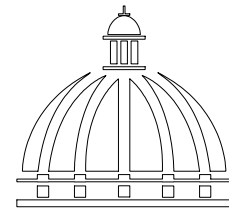

GOBIERNO DE LA
REPÚBLICA DOMINICANA

DIRECCION DE DESARROLLO
PROVINCIAL
DDP

Ave. Dr. Delgado, Esq. Moisés García,
Gazcue, Sto. Dgo., R.D.
TEL.: (809)-364-2189 | FAX.: (809)- 688-1665
E-Mail: info@cpadp.gob.do

PROYECTO:

CONSTRUCCIÓN CAMPO DE BÉISBOL
EL PEÑÓN, MUNICIPIO EL PEÑÓN,
PROVINCIA BARAHONA

EQUIPO DE TRABAJO:

DISEÑO ARQUITECTÓNICO
ARQ.

codia 00000

ENC. INGENIERÍA

ING. FIOR DALIZA BONIFACIO

codia 00000

ESTRUCTURAL

ING. Leopoldo Berroa

codia 00000

ELÉCTRICO

ING. Juan Pérez

codia 00000

HIDRO-SANITARIO

ING. Francis Estévez

codia 00000

SELLO DE APROBACIÓN:

FECHA:

CONTENIDO:

PLANTA ARQUITECTONICA
DE CONJUNTO
PLAY DE BEISBOL


ESCALA:

1:500

SEPTIEMBRE 2026

NO. PÁGINA:

001

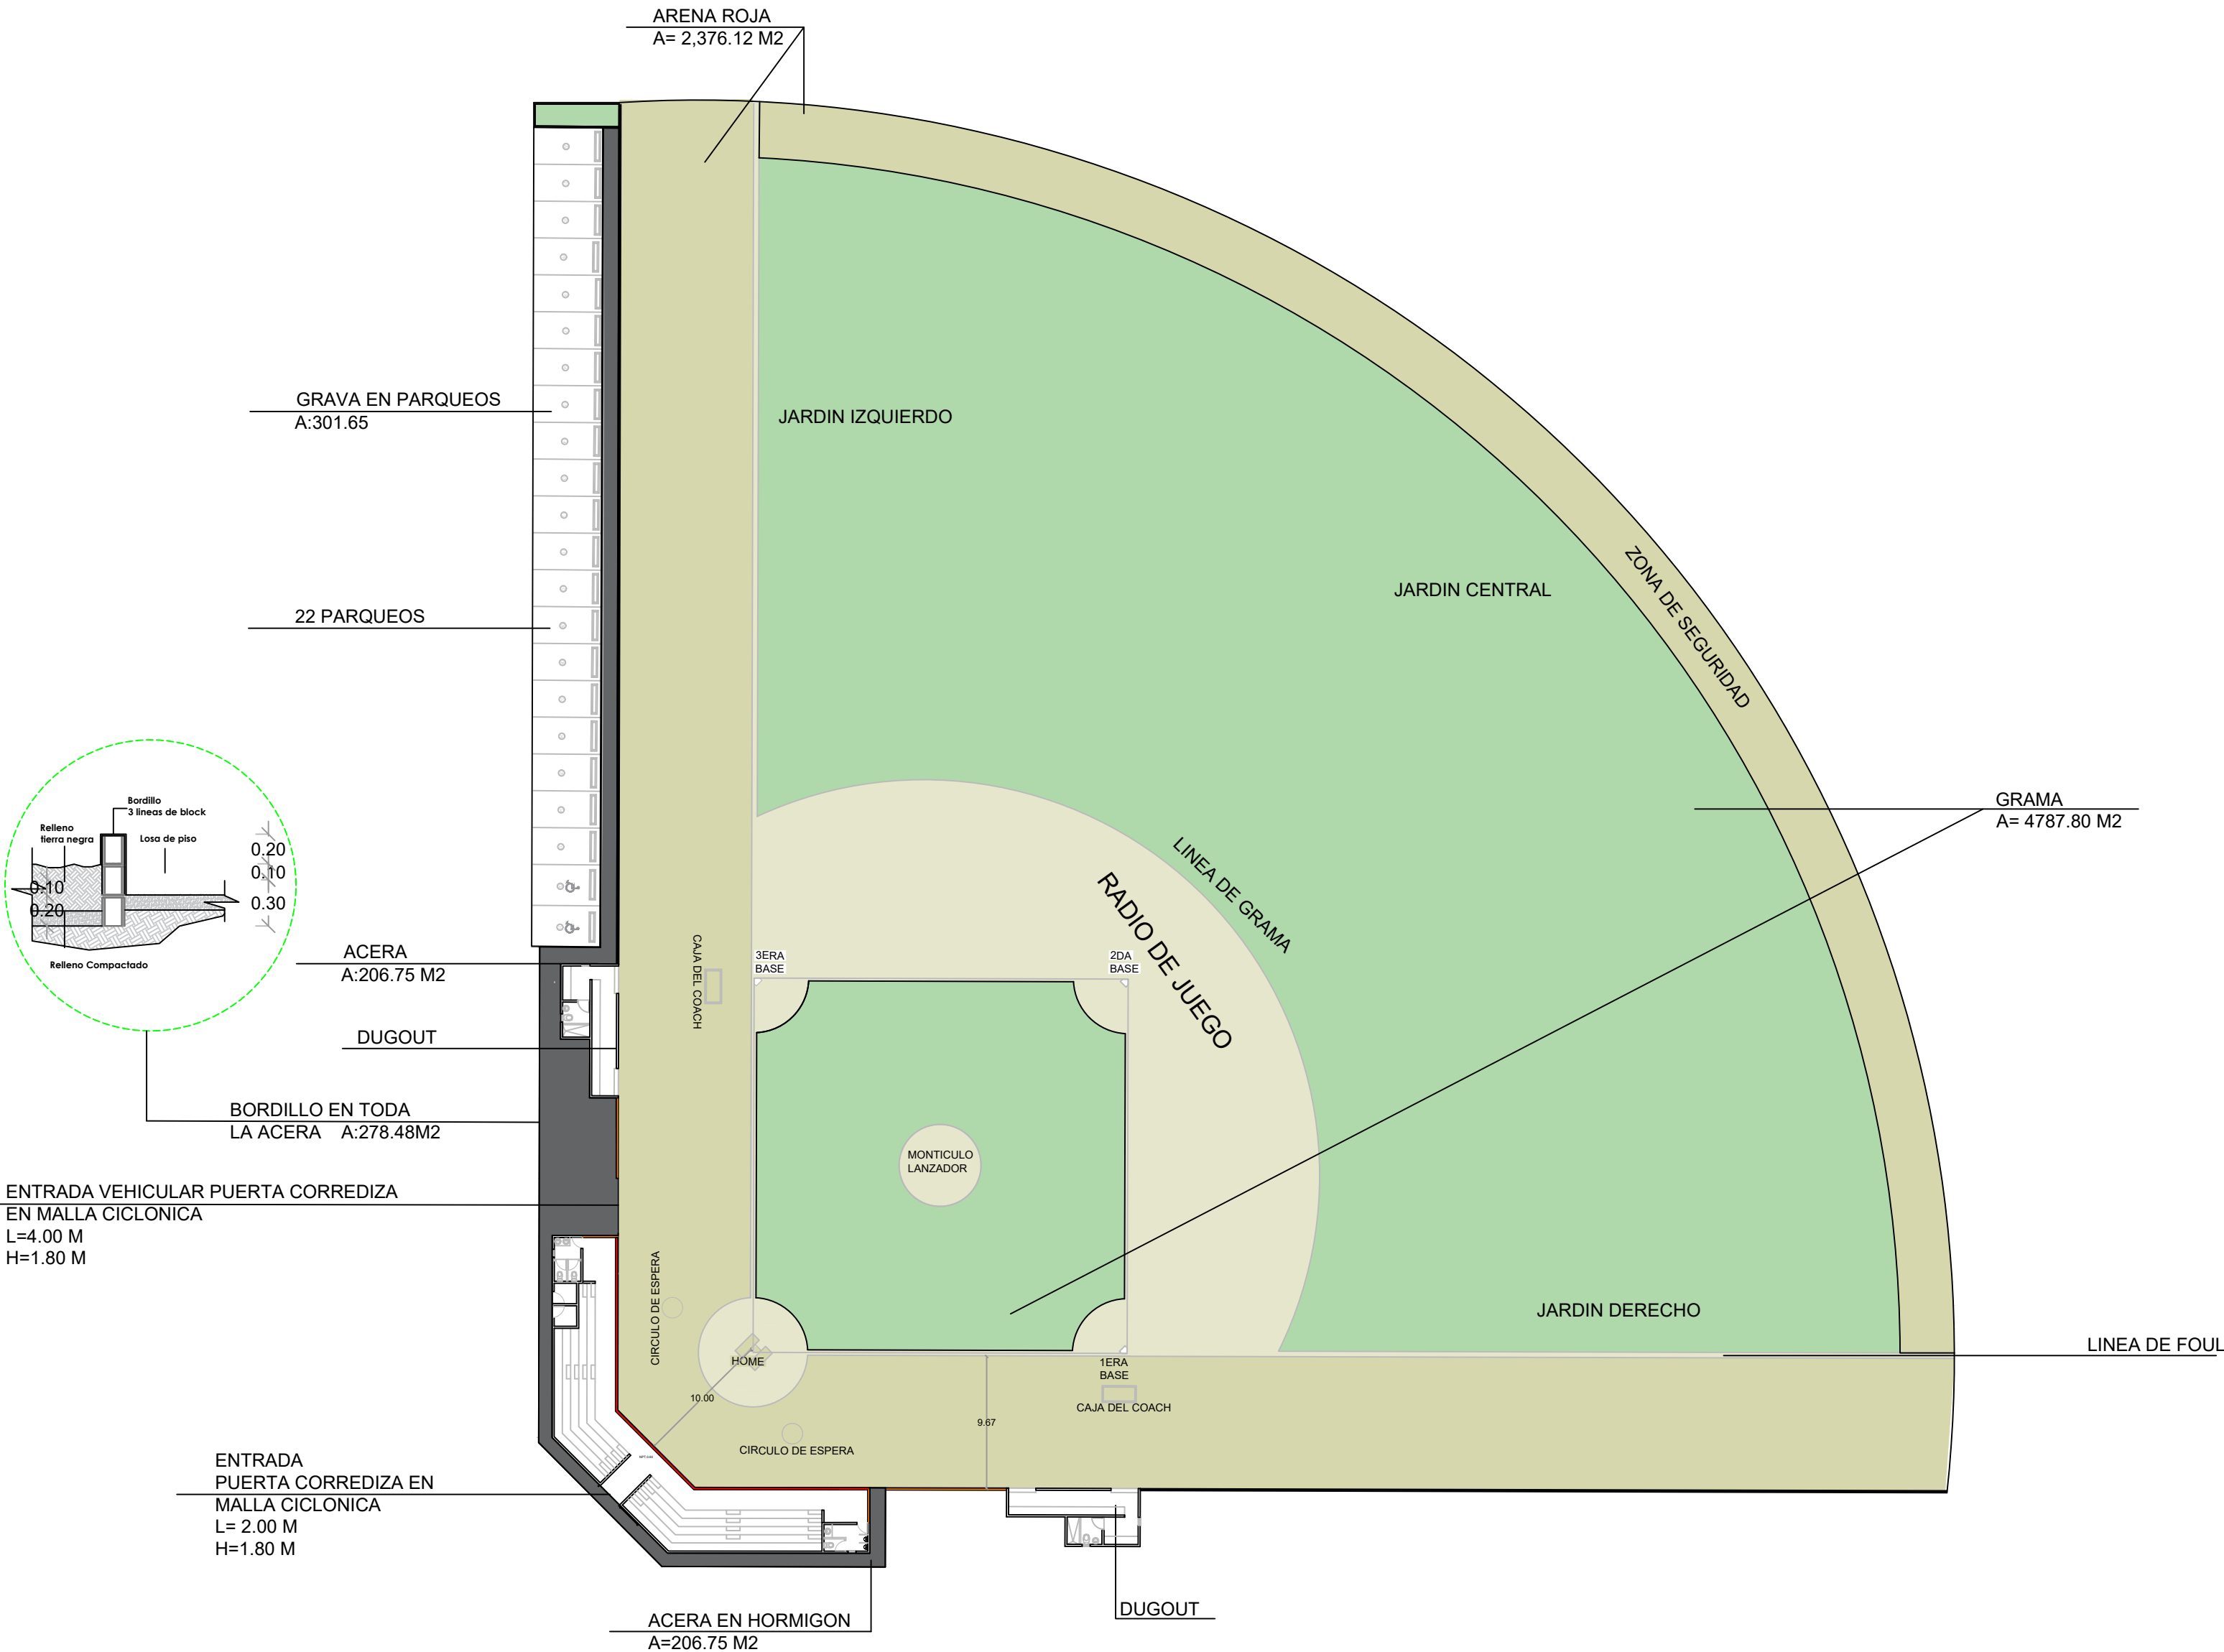

PLANTA ARQUITECTONICA DE CONJUNTO

ESC. 1:500

**GOBIERNO DE LA
REPÚBLICA DOMINICANA**

**DIRECCION DE DESARROLLO
PROVINCIAL
DDP**

Ave. Dr. Delgado, Esq. Moises García,
Gazcue, Sto. Dgo., R.D.
TEL.: (809)-364-2189 | FAX.: (809)- 688-1665
E-Mail: info@cpadp.gob.do

PROYECTO:

**CONSTRUCCIÓN CAMPO DE
BÉISBOL EL PEÑÓN, MUNICIPIO EL
PEÑÓN, PROVINCIA BARAHONA**

EQUIPO DE TRABAJO:

DISEÑO ARQUITECTÓNICO
ARQ.

codia 00000 _____

ENC. INGENIERÍA
ING. FIOR DALIZA BONIFACIO
 codia 00000 _____

ESTRUTURAL
ING. Leopoldo Berroa
codia 00000

ELÉCTRICO
ING. Juan Pérez
codia 00000

HIDRO-SANITARIO
ING. Francis Estévez
codia 00000

SELO DE APROBACIÓN:

FECHA:


CONTENIDO:







PLANTA ARQUITECTONICA
DE CONJUNTO
PLAY DE BEISBOL

ESCALA:
1:100

SEPTIEMBRE 2026

NO. PÁGINA:
002

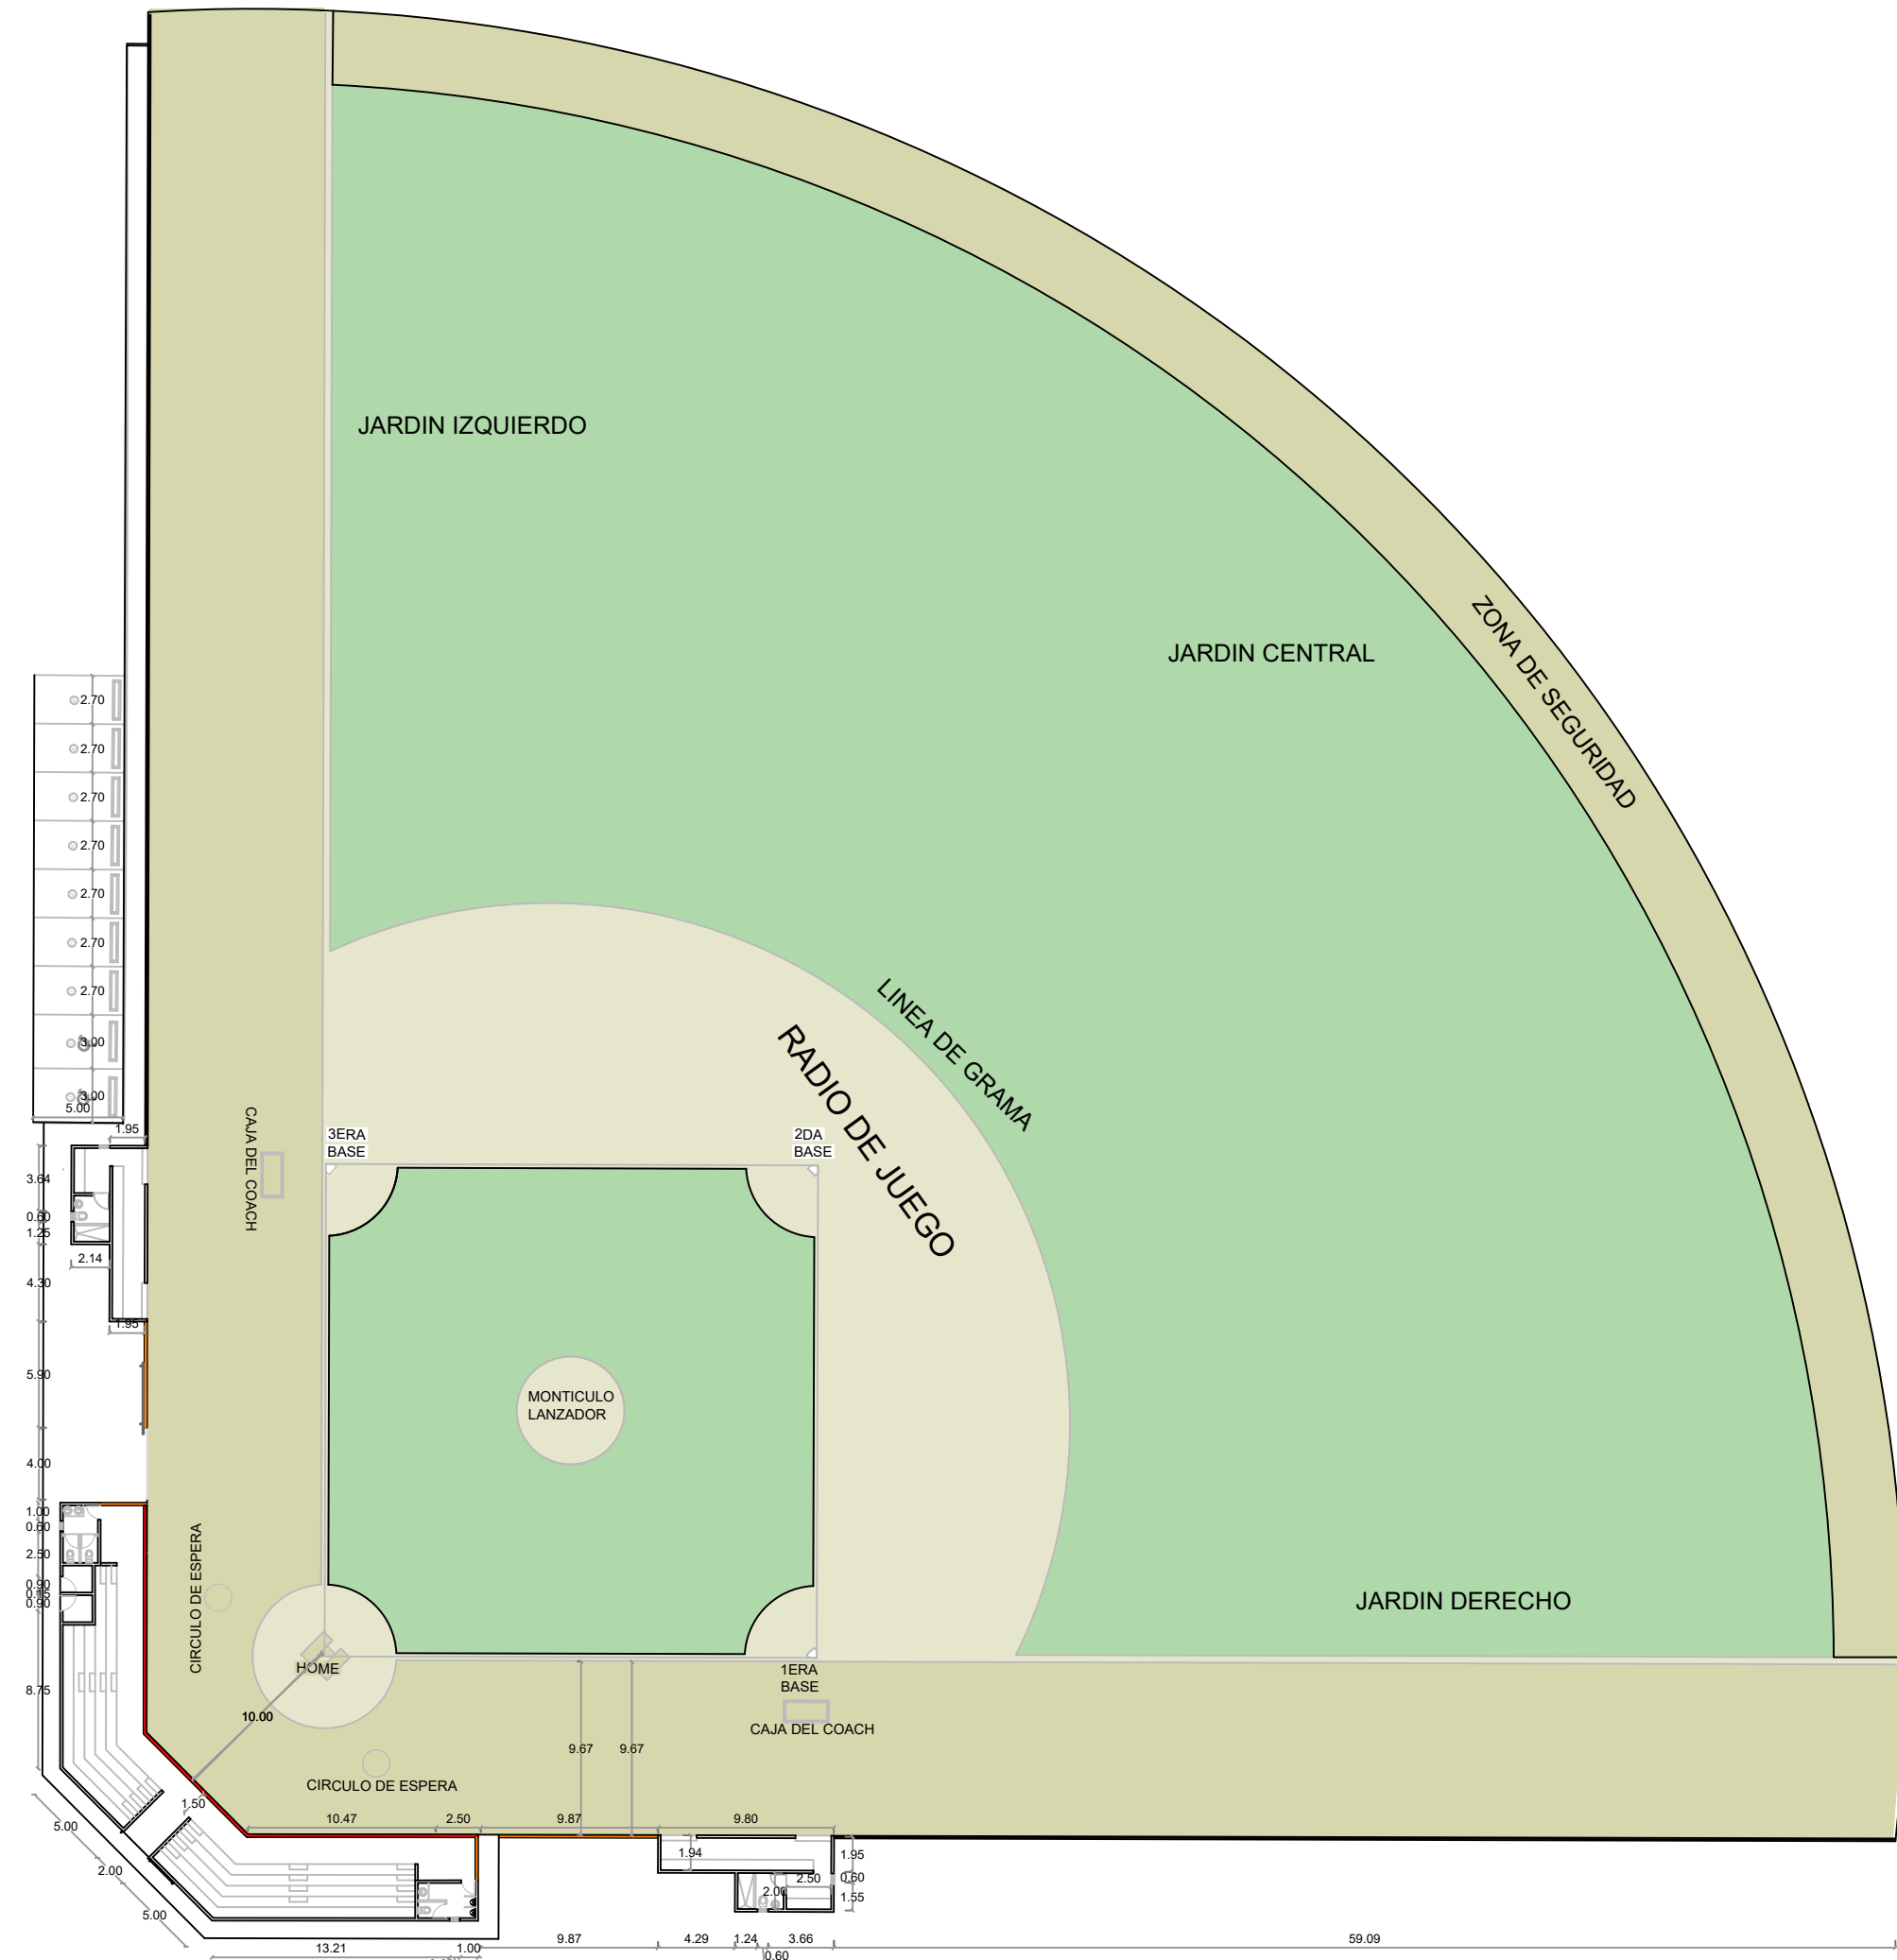

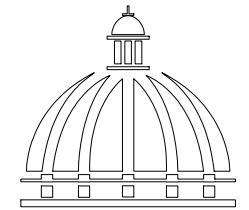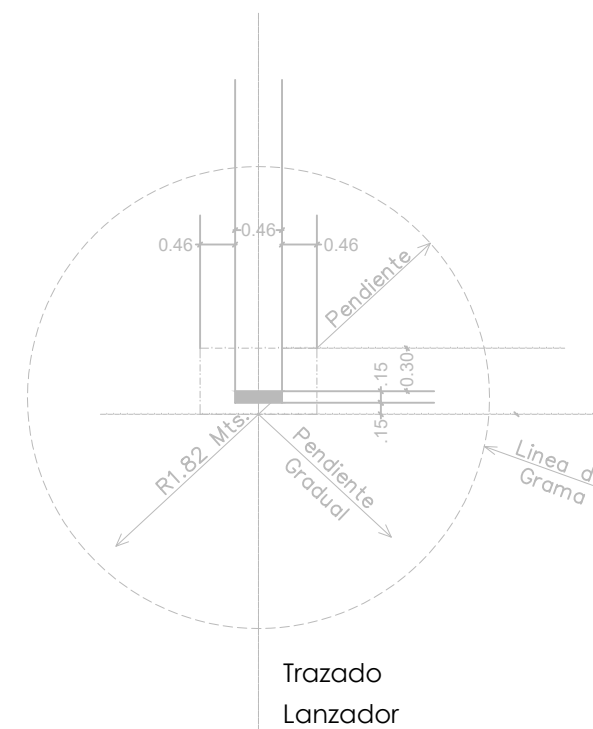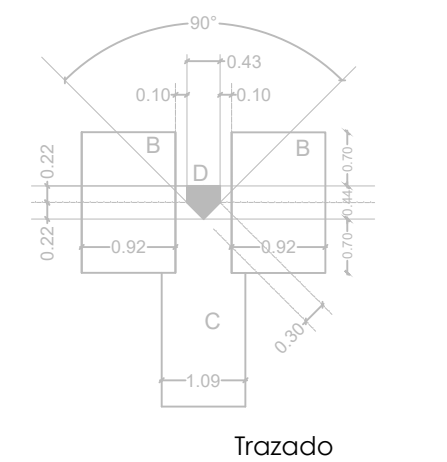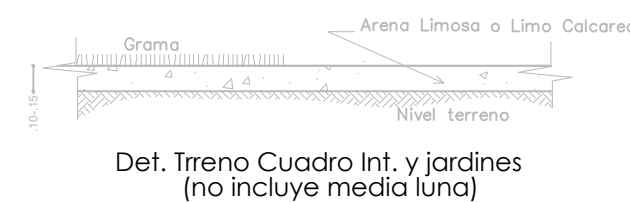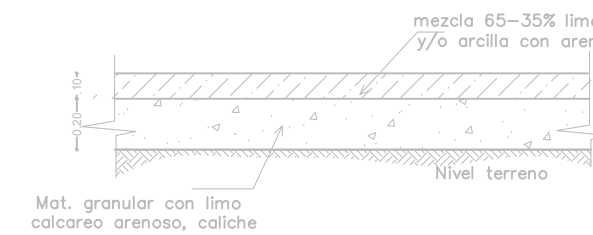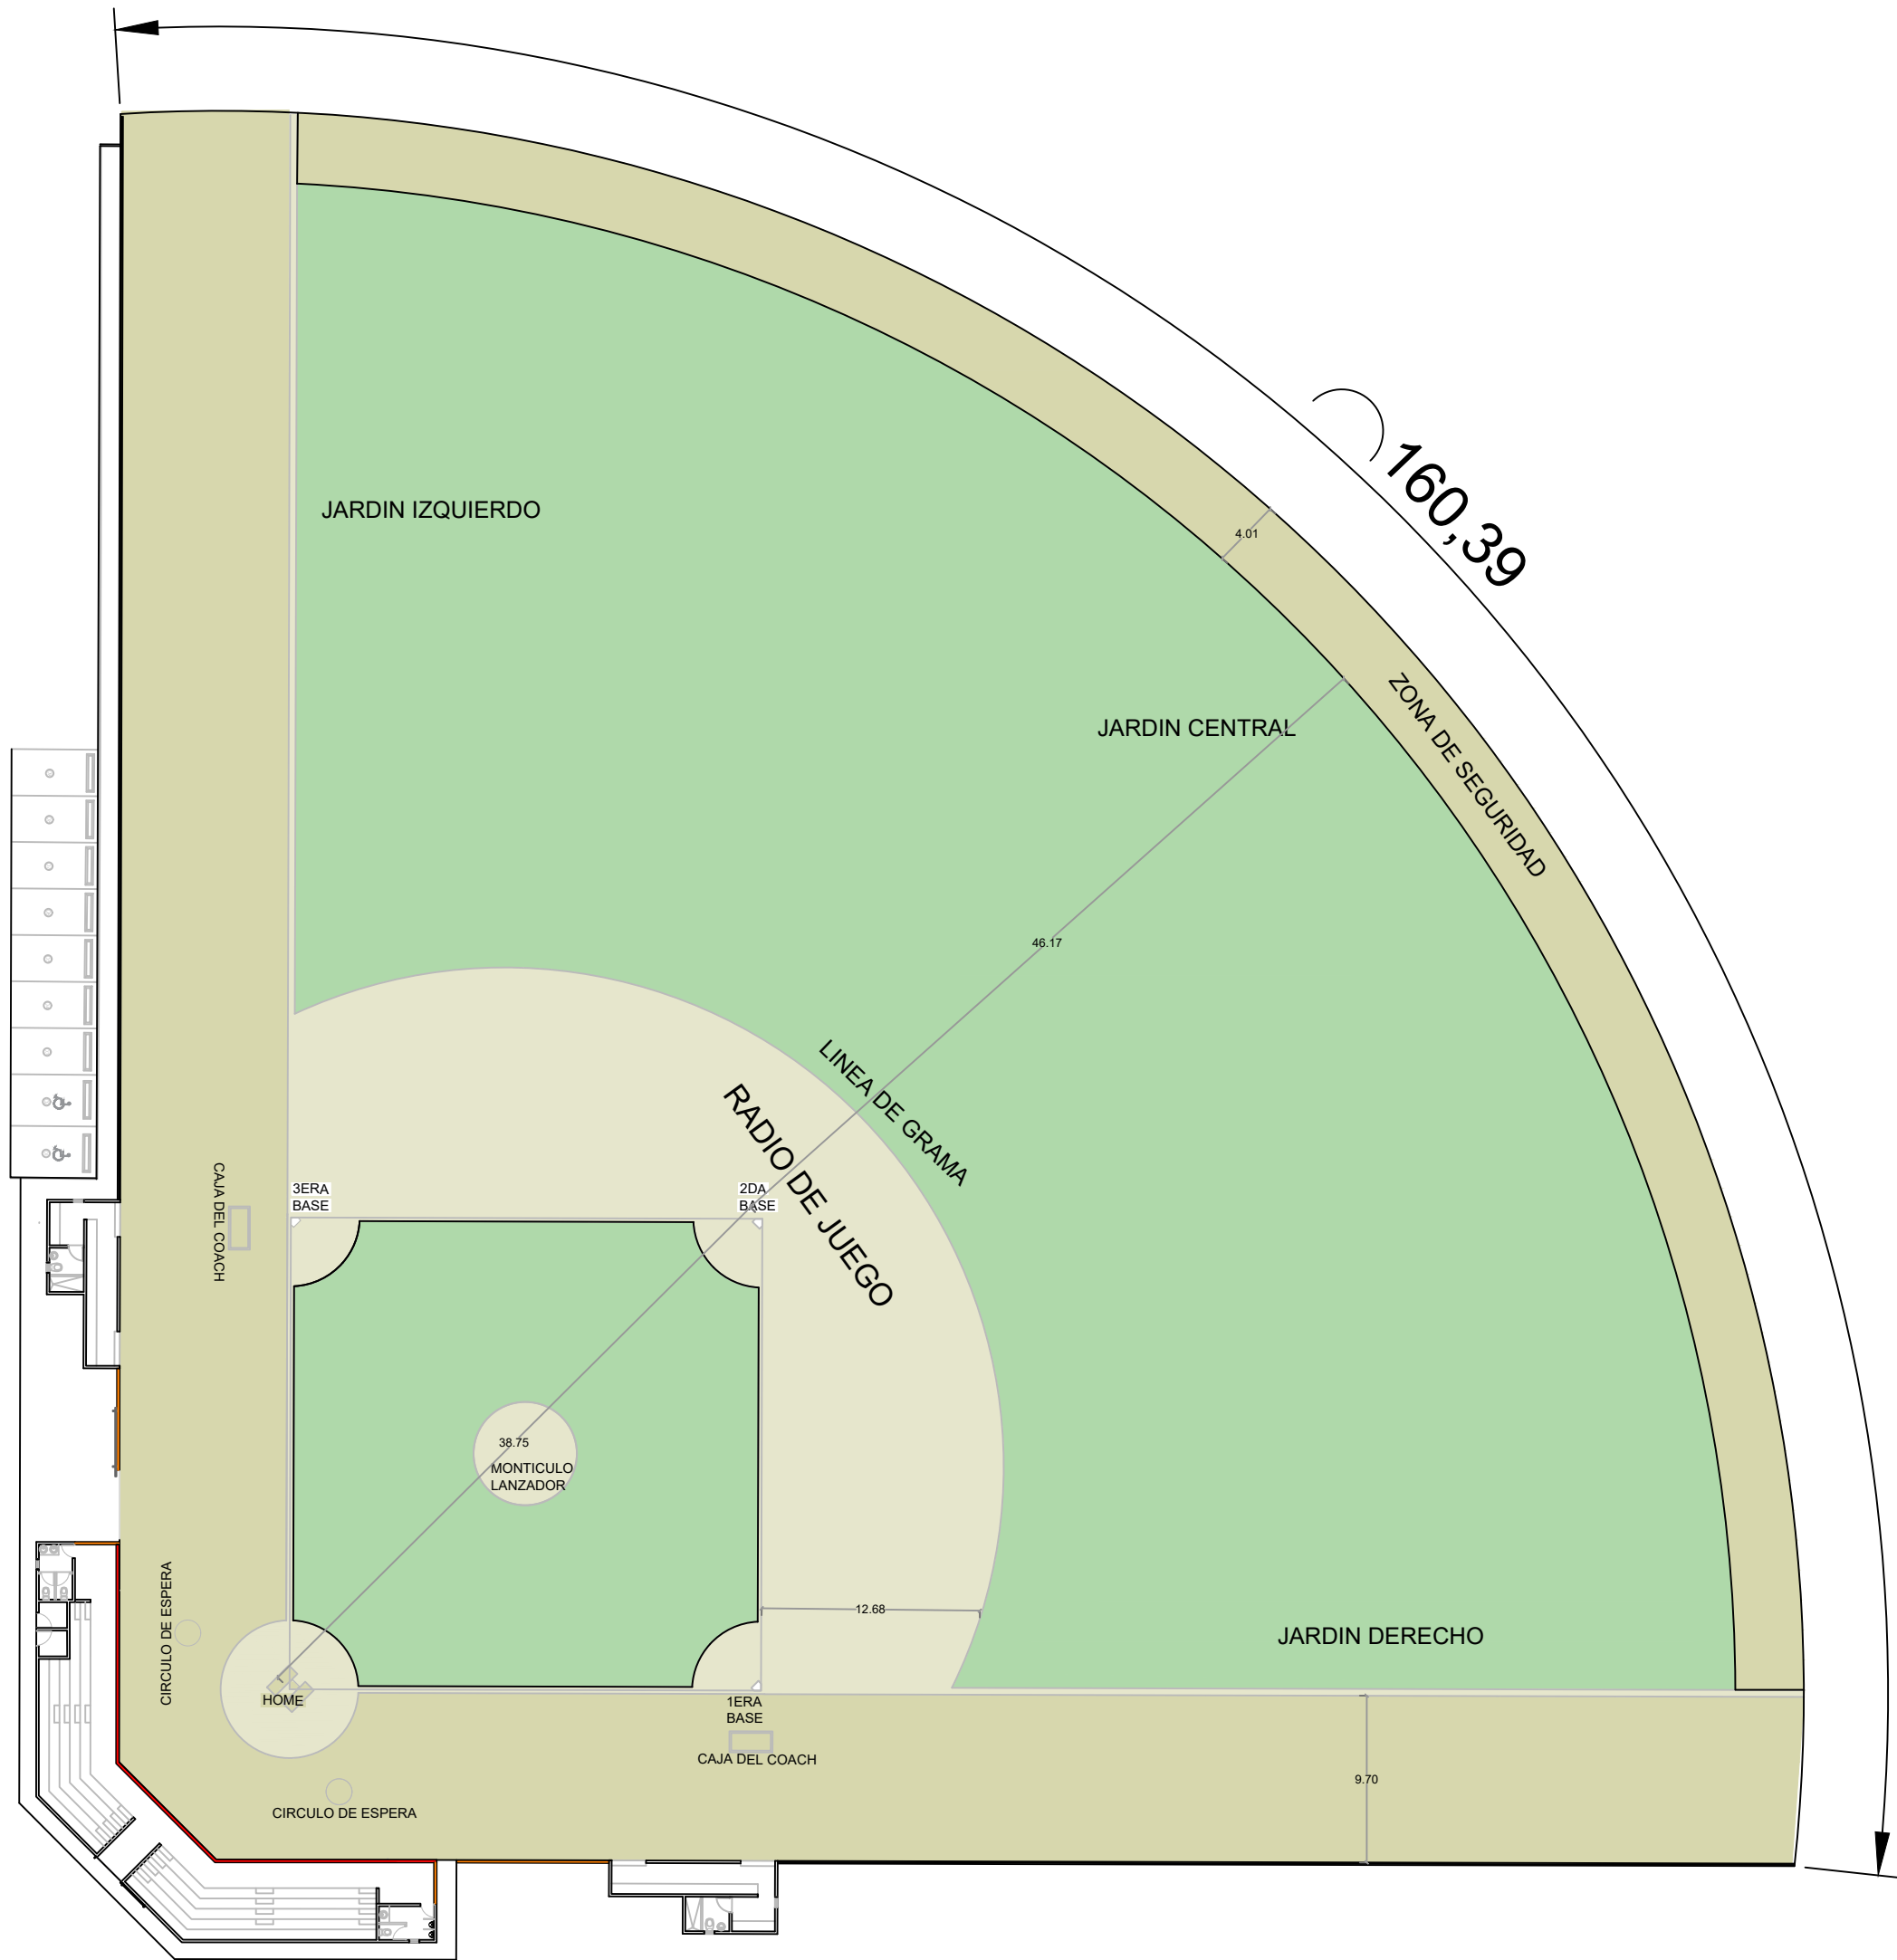

GOBIERNO DE LA
REPÚBLICA DOMINICANA

DIRECCION DE DESARROLLO
PROVINCIAL
DDP

Ave. Dr. Delgado, Esq. Moisés García,
Gazcue, Sto. Dgo., R.D.
TEL.: (809)-364-2189 | FAX.: (809)- 688-1665
E-Mail: info@cpadp.gob.do

PROYECTO:

CONSTRUCCIÓN CAMPO DE BÉISBOL
EL PEÑÓN, MUNICIPIO EL PEÑÓN,
PROVINCIA BARAHONA

EQUIPO DE TRABAJO:

DISEÑO ARQUITECTÓNICO
ARQ.

codia 00000

ENC. INGENIERÍA
ING. FIOR DALIZA BONIFACIO
codia 00000

ESTRUCTURAL
ING. Leopoldo Berroa
codia 00000

ELÉCTRICO
ING. Juan Pérez
codia 00000

HIDRO-SANITARIO
ING. Francis Estévez
codia 00000

SELLO DE APROBACIÓN:

FECHA:

CONTENIDO:

PLANTA DE CONJUNTO
DIMENSIONADA

ESCALA:

1:100

SEPTIEMBRE 2026


NO. PÁGINA:

003



PLANTA DETALLES DE VERJA

LEYENDA DE MURO	
	BACKSTOP H=5.40M L= 27.11 M
	MURO DE BLOQUES - CENTER FIELD H=1.80 M L=160.76 M
	MURO DE BLOQUES Y MALLA CICLÓNICA H=1.80 L =137.84 M

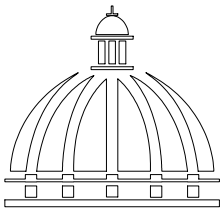

GOBIERNO DE LA
REPÚBLICA DOMINICANA

DIRECCION DE DESARROLLO
PROVINCIAL
DDP

Ave. Dr. Delgado, Esq. Moisés García,
Gazcue, Sto. Dgo., R.D.
TEL.: (809)-364-2189 | FAX.: (809)- 688-1665
E-Mail: info@cpadp.gob.do

PROYECTO:

CONSTRUCCIÓN CAMPO DE BÉISBOL
EL PEÑÓN, MUNICIPIO EL PEÑÓN,
PROVINCIA BARAHONA

EQUIPO DE TRABAJO:

DISEÑO ARQUITECTÓNICO
ARQ.

codia 00000

ENC. INGENIERÍA

ING. FIOR DALIZA BONIFACIO

codia 00000

ESTRUCTURAL

ING. Leopoldo Berroa

codia 00000

ELÉCTRICO

ING. Juan Pérez

codia 00000

HIDRO-SANITARIO

ING. Francis Estévez

codia 00000

SELLO DE APROBACIÓN:

FECHA:

CONTENIDO:

PLANTA DETALLE DE VERJA


ESCALA:

1:100




SEPTIEMBRE2026

NO. PÁGINA:


004

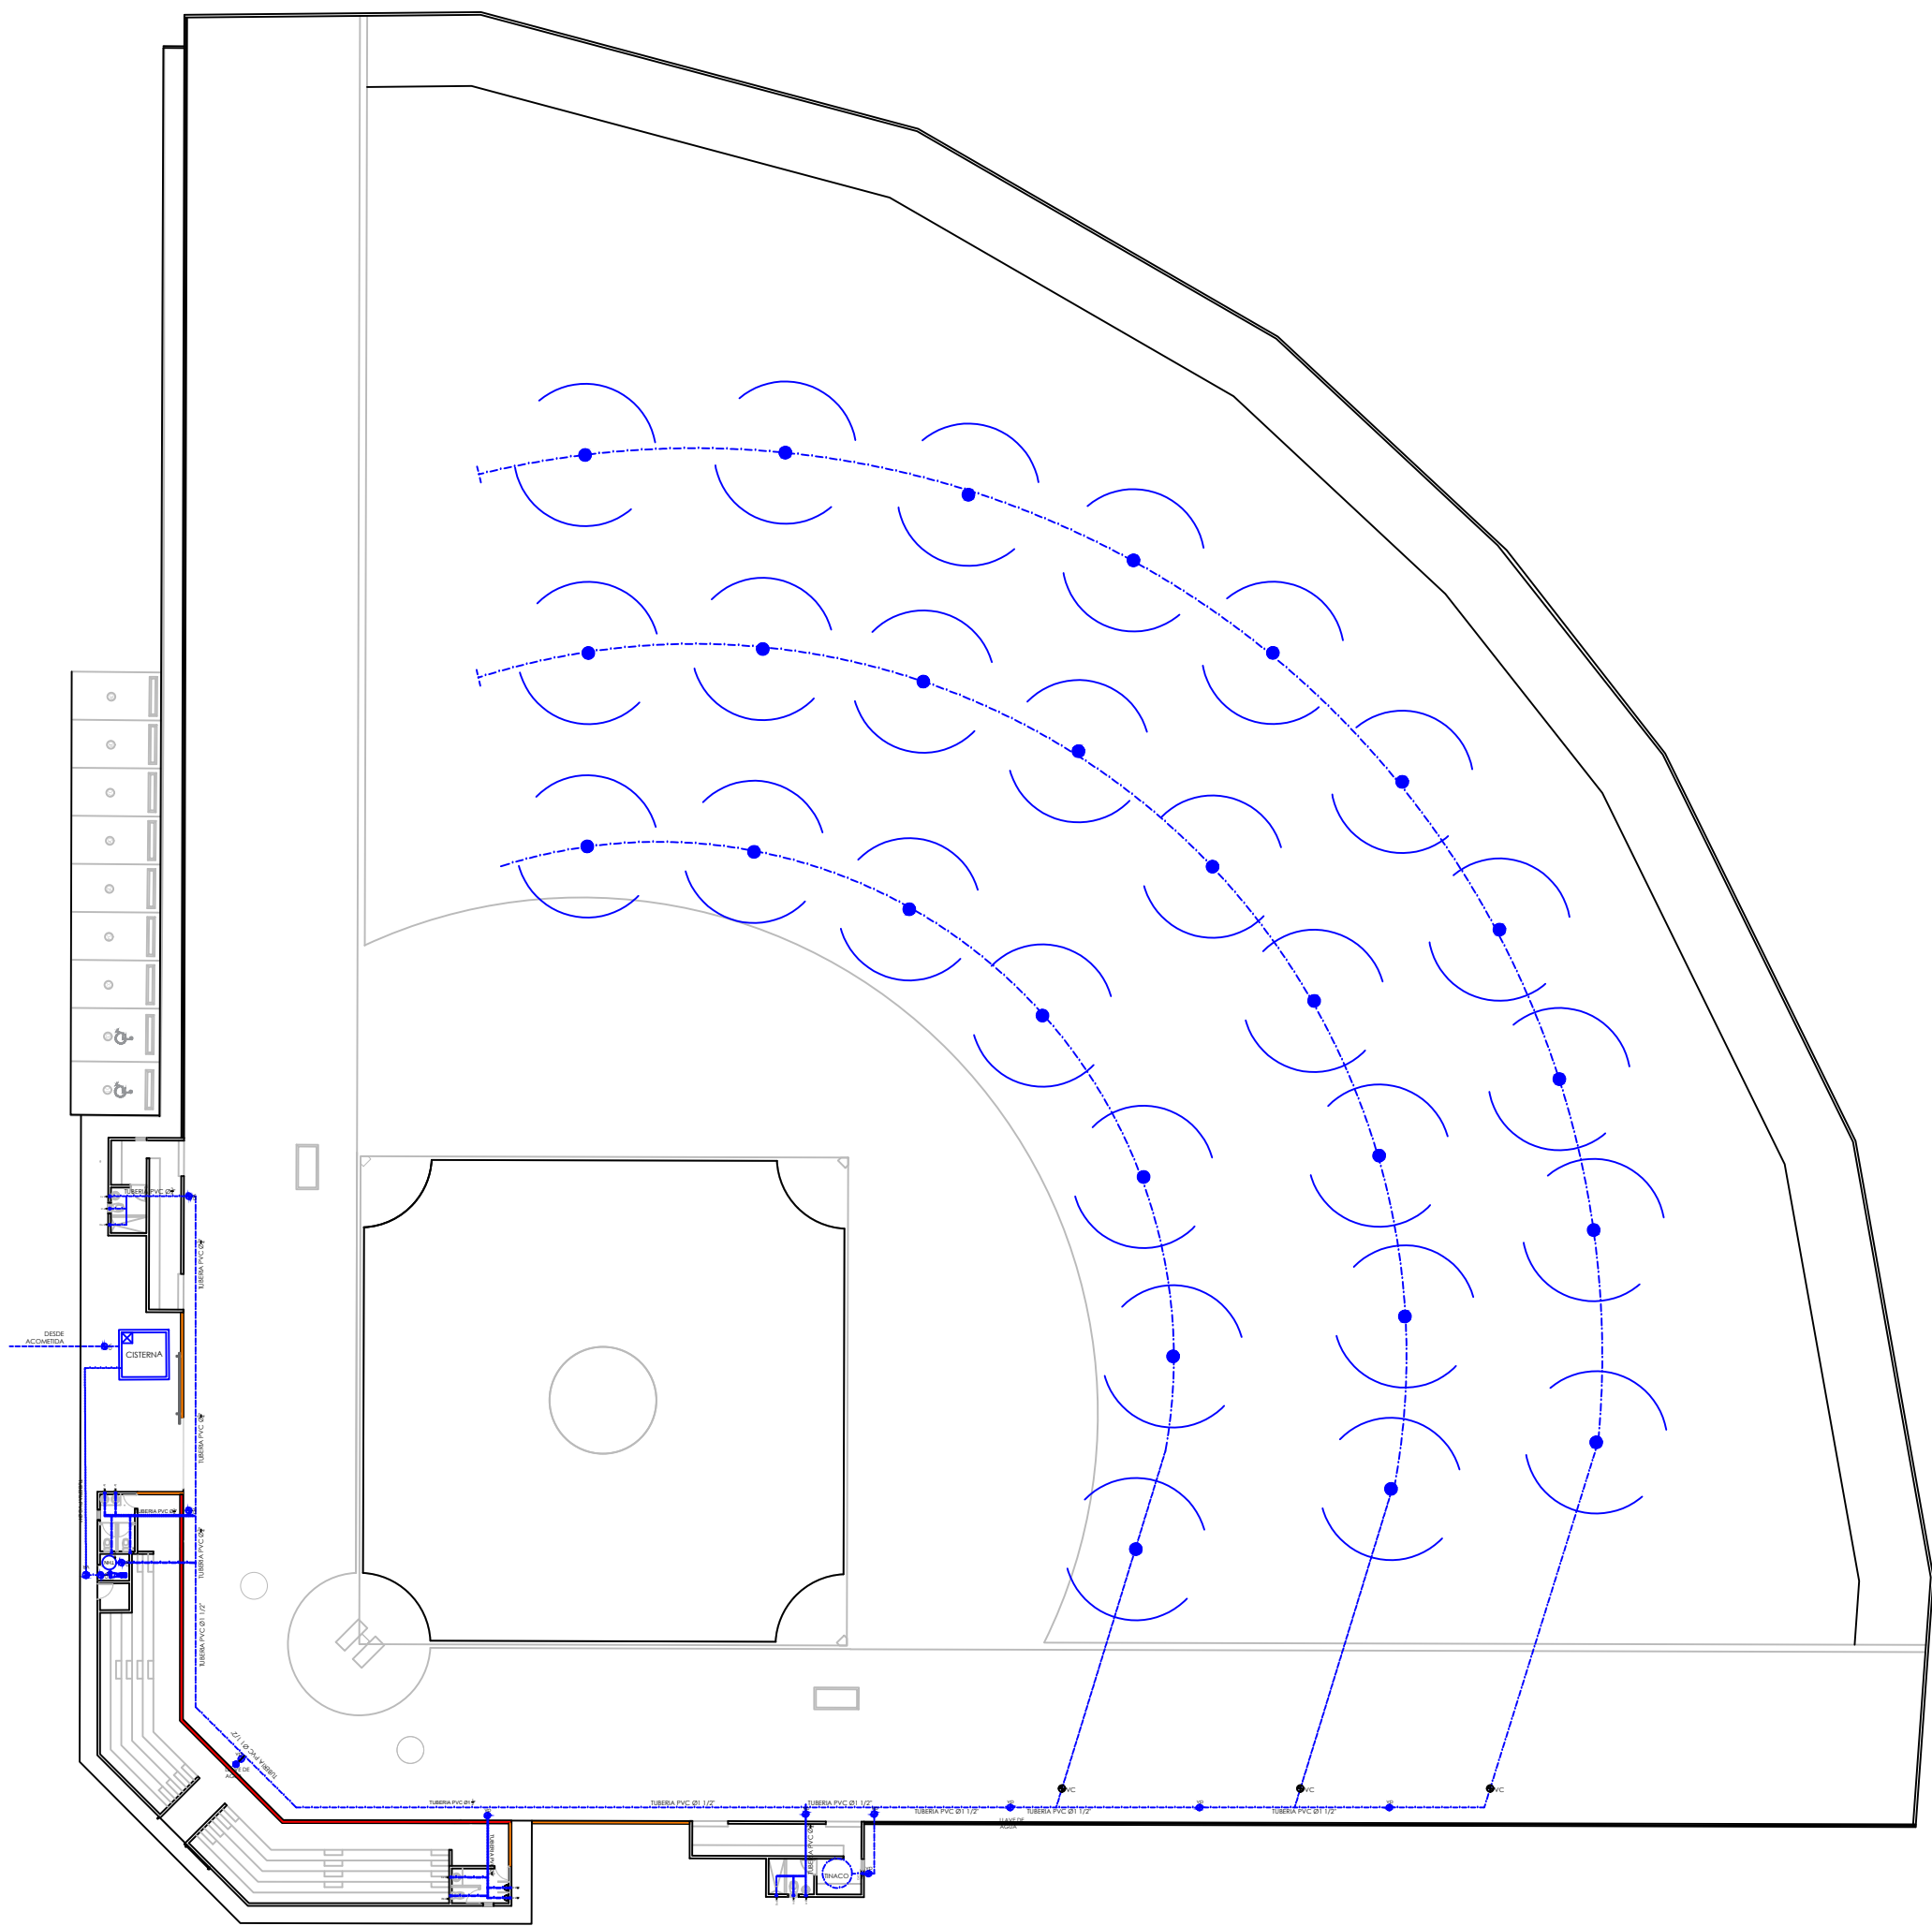

1 00 PLANTA INSTALACIONES SANITARIAS - AGUA POTABLE
ESC. 1:100

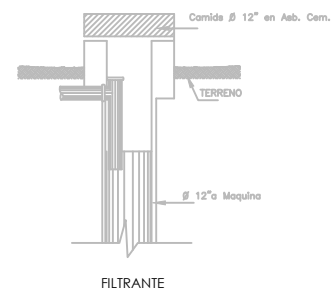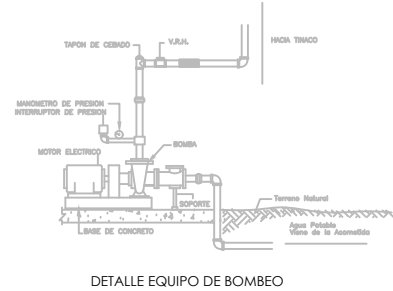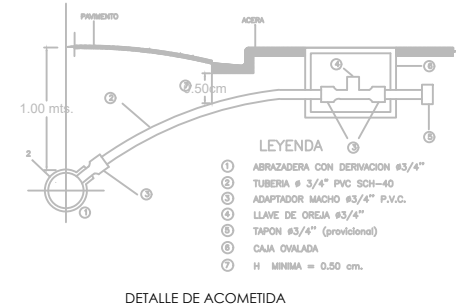

LEYENDA SANITARIA					
SÍMBOLO	ABREV.	DESCRIPCIÓN	SÍMBOLO	ABREV.	DESCRIPCIÓN
	i	INODORO		VP	VALVULA DE PASO
	Lm	LAVAMANOS			TUBERIA
	D	DUCHA			ASPERSORES
	Fr	FREGADERO			LLAVE DE AGUA

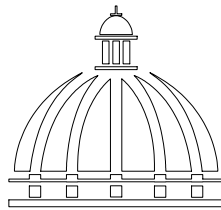

GOBIERNO DE LA
REPÚBLICA DOMINICANA

DIRECCION DE DESARROLLO
PROVINCIAL
DDP

Ave. Dr. Delgado, Esq. Moisés García,
Gazcue, Sto. Dgo., R.D.
TEL.: (809)-364-2189 | FAX.: (809)- 688-1665
E-Mail: info@cpadp.gob.do

PROYECTO:

CONSTRUCCIÓN CAMPO DE BÉISBOL
EL PEÑÓN, MUNICIPIO EL PEÑÓN,
PROVINCIA BARAHONA

EQUIPO DE TRABAJO:

DISEÑO ARQUITECTÓNICO
ARQ.

codia 00000

ENC. INGENIERÍA
ING. FIOR DALIZA BONIFACIO
codia 00000

ESTRUCTURAL
ING. Leopoldo Berroa
codia 00000

ELÉCTRICO
ING. Juan Pérez
codia 00000

HIDRO-SANITARIO
ING. Francis Estévez
codia 00000

SELLO DE APROBACIÓN:

FECHA:


CONTENIDO:
PLANTA INSTALACIONES
SANITARIAS AGUA POTABLE

ESCALA:
1:100

SEPTIEMBRE 2026

NO. PÁGINA:


005

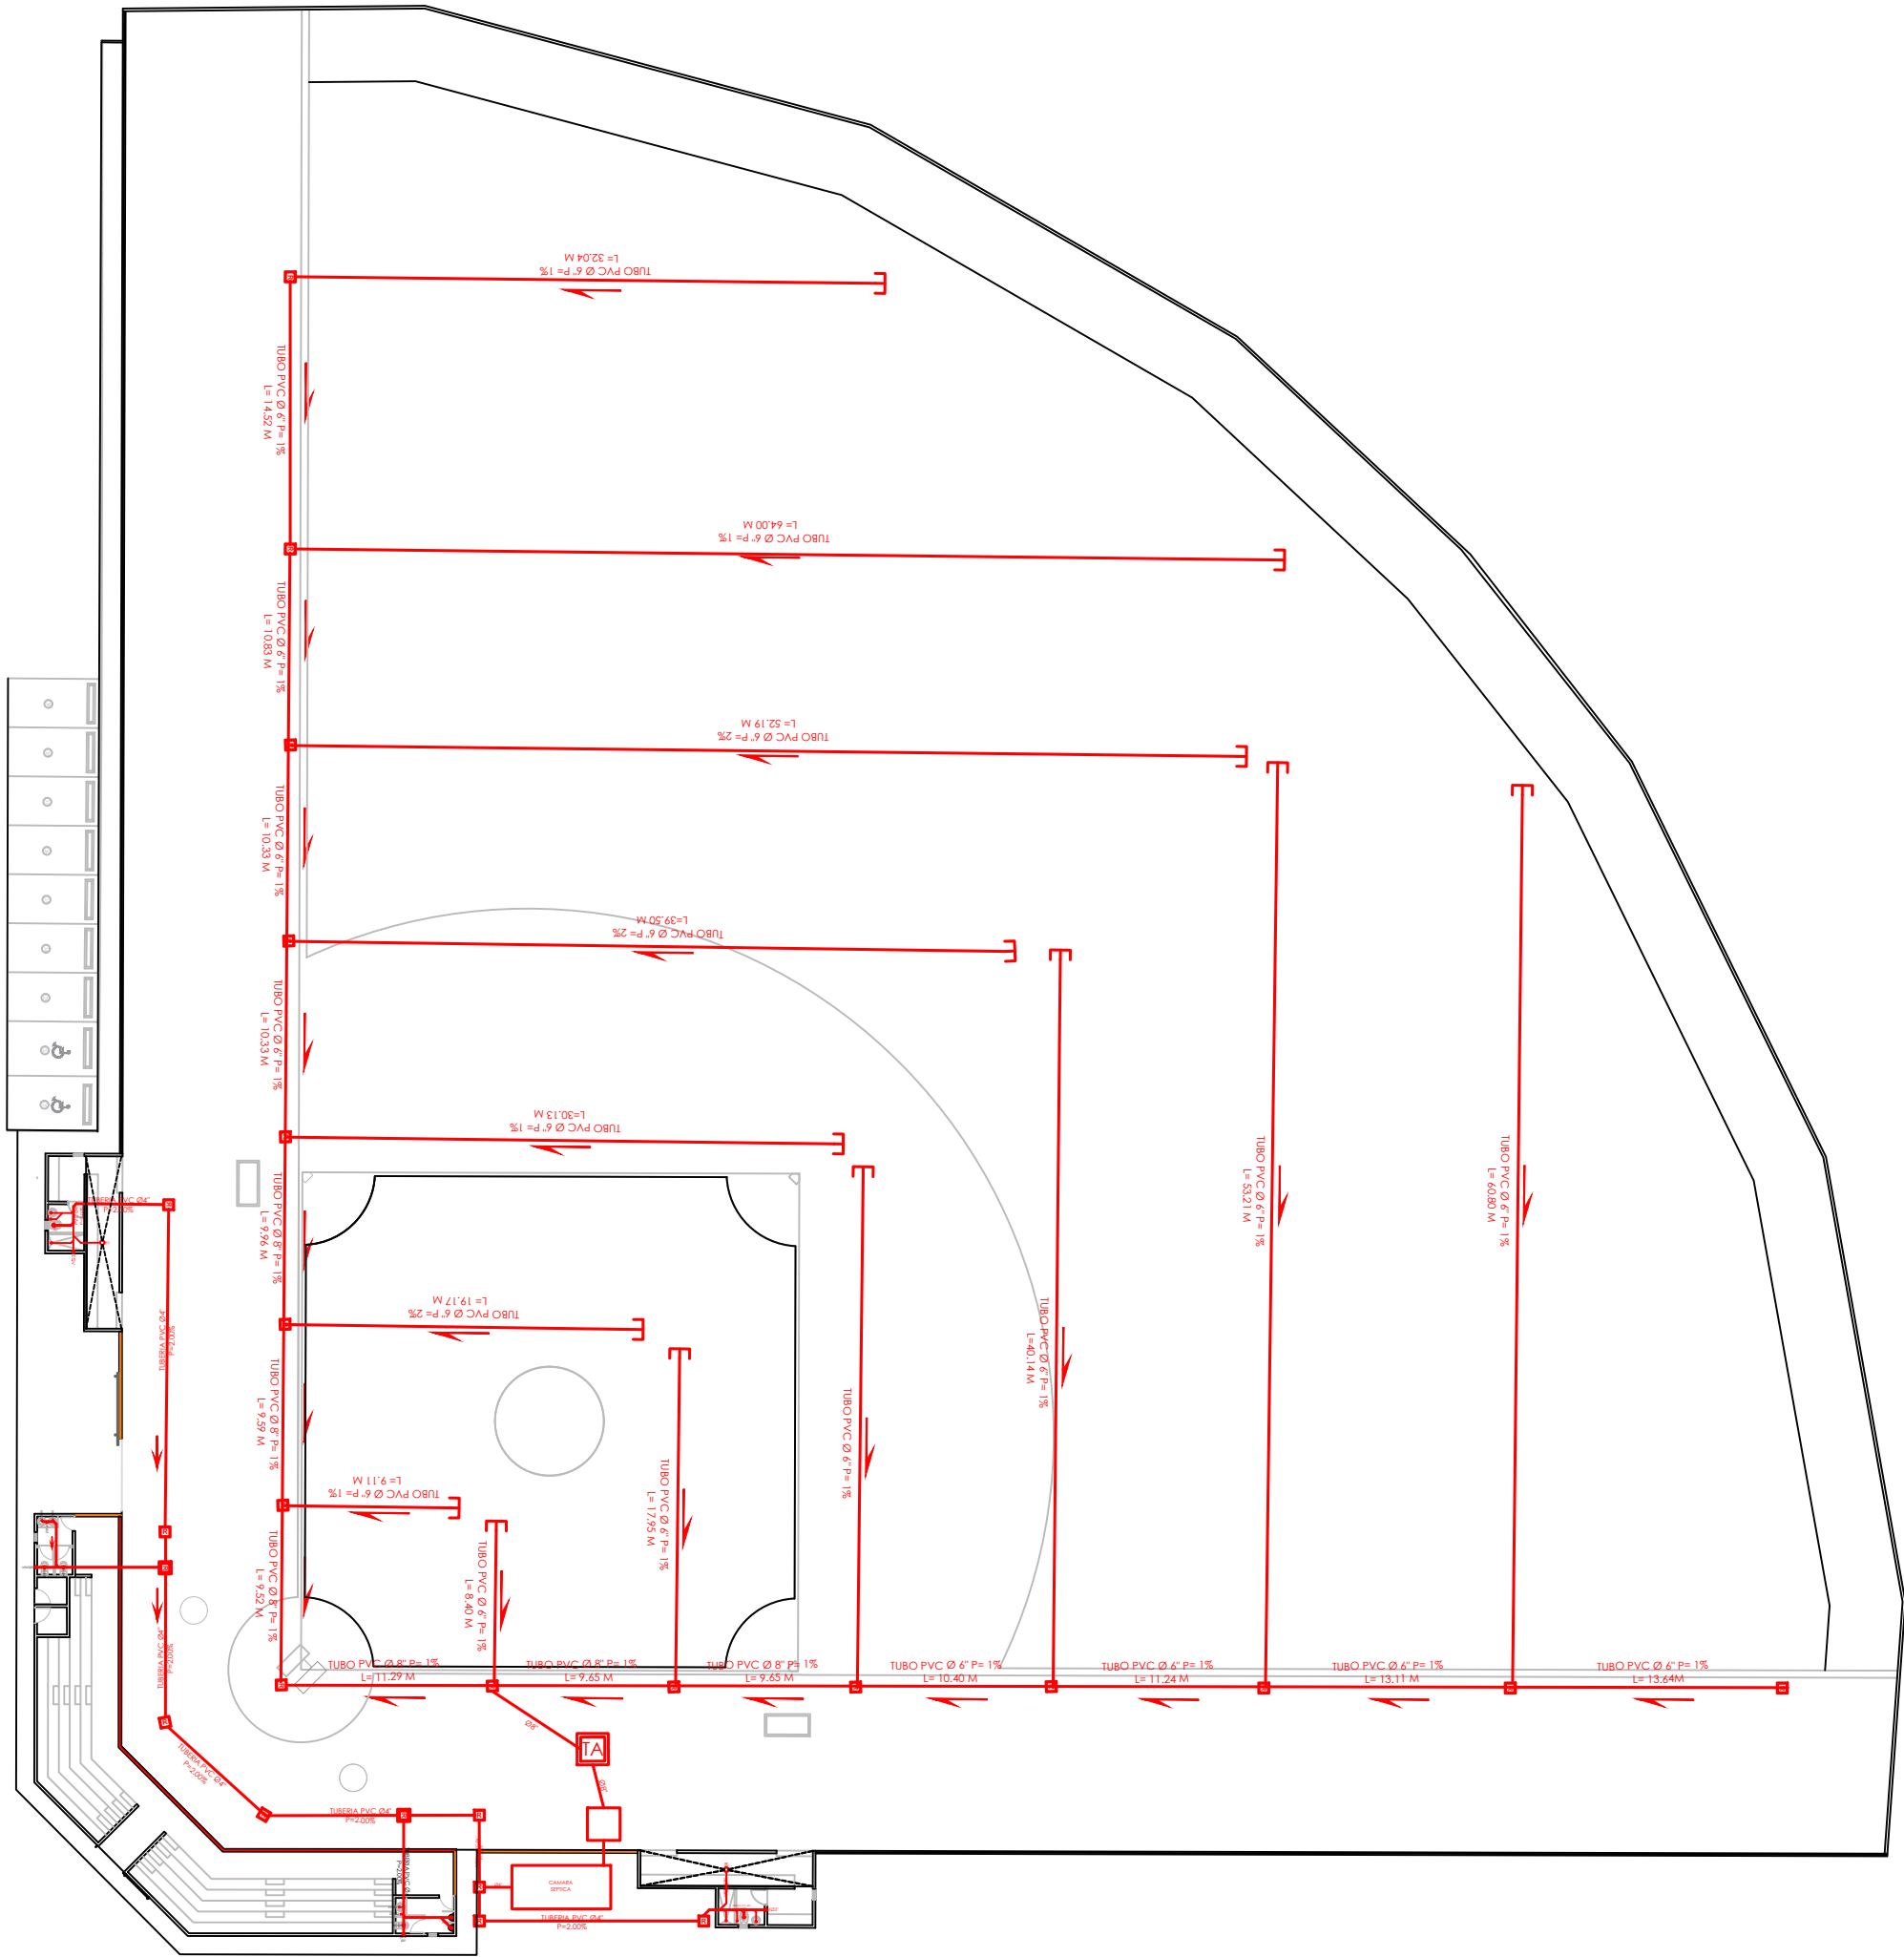


1
00

PLANTA INSTALACIONES SANITARIAS - AGUAS NEGRAS

ESC. 1:500

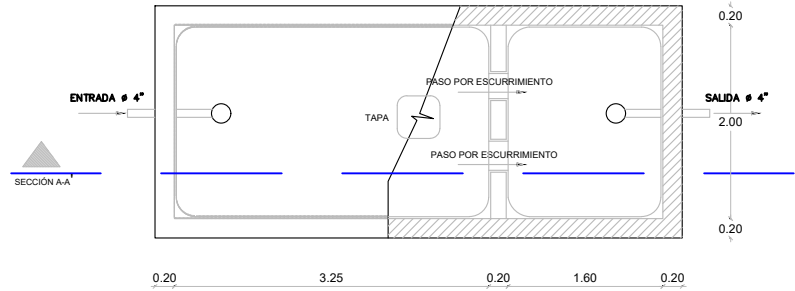


PLANTA

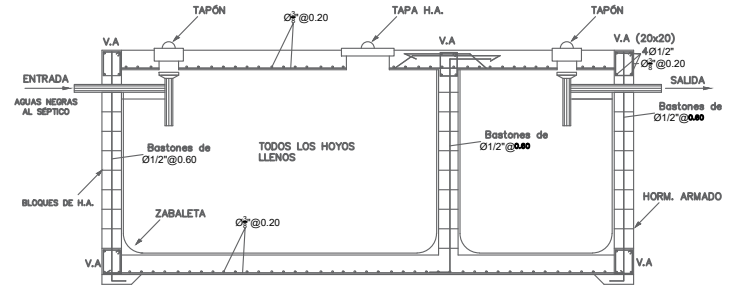


SECCIÓN A-A

DETALLE REGISTRO

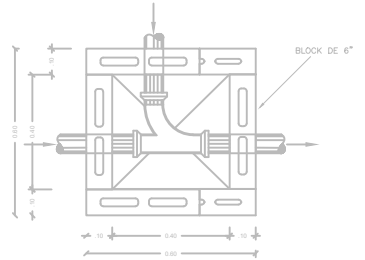


DETALLE TRAMPA DE ARENA

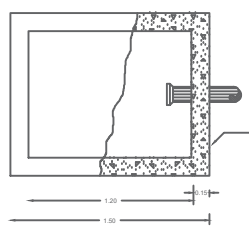


PLANTA

PLANTA

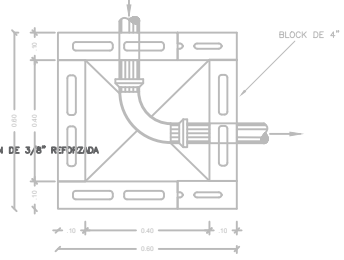


PLANTA

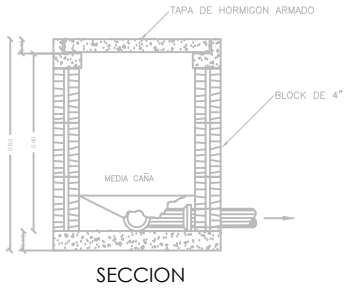


SECCION

DRENAJE CANALES RECOLECTORES DE AGUA PLUVIAL TERRENO DE JUEGO

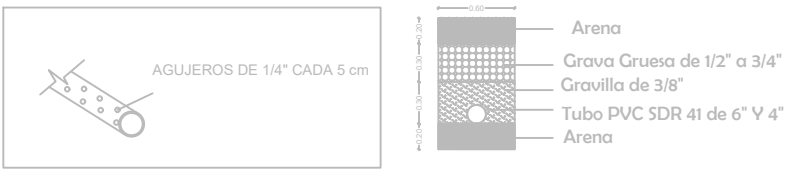

- NOTA
- TODAS LAS TUBERIAS A USAR EN LOS SISTEMAS DE DESAGUES DE AGUA POTABLE, AGUAS NEGRAS Y PLUVIAL SERAN DE P.V.C
 - LA PENDIENTE DE LAS TUBERIAS DEL SISTEMA DE DESAGUE DE AGUAS NEGRAS SERAN DE 2%
 - LAS TUBERIAS DE VENTILACION SUBIRAN 0.30 M SOBRE EL NIVEL DE TECHO
 - TUBERIA DE DRENAJE PLUVIAL PARA EL TERRENO DE JUEGO, TUBO DE 6" Y 8" PVC SDR 41
 - LAS TUBERIA DE DRENAJE PLUVIAL EN PVC DEBEN SER RECUBIERTAS CON UNA MALLA GEOTEXTIL

LEYENDA SANITARIA					
SÍMBOLO	ABREV.	DESCRIPCION	SÍMBOLO	ABREV.	DESCRIPCION
	i	INODORO		R	REGISTRO
	Lm	LAVAMANOS			TUBERIA
	D	DUCHA		TA	TRAMPA DE ARENA
	Fr	FREGADERO		CS	CAMARA SEPTICA

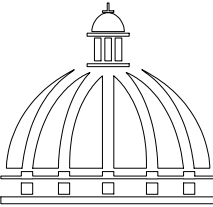

GOBIERNO DE LA
REPÚBLICA DOMINICANA

DIRECCION DE DESARROLLO
PROVINCIAL
DDP

Ave. Dr. Delgado, Esq. Moisés García,
Gazcue, Sto. Dgo., R.D.
TEL.: (809)-364-2189 | FAX.: (809)- 688-1665
E-Mail: info@cpadp.gob.do

PROYECTO:

CONSTRUCCIÓN CAMPO DE BÉISBOL
EL PEÑÓN, MUNICIPIO EL PEÑÓN,
PROVINCIA BARAHONA

EQUIPO DE TRABAJO:

DISÑO ARQUITECTÓNICO
ARQ.

codia 00000

ENC. INGENIERÍA
ING. FIOR DALIZA BONIFACIO
codia 00000

ESTRUCTURAL
ING. Leopoldo Berroa
codia 00000

ELÉCTRICO
ING. Juan Pérez
codia 00000

HIDRO-SANITARIO
ING. Francis Estévez
codia 00000

SELLO DE APROBACIÓN:

FECHA:

CONTENIDO:
PLANTA INSTALACIONES
SANITARIAS AGUAS NEGRAS

ESCALA:

1:100

SEPTIEMBRE 2026

NO. PÁGINA:

006

PROYECTO:

**CONSTRUCCIÓN CAMPO DE BÉISBOL
EL PEÑÓN, MUNICIPIO EL PEÑÓN,
PROVINCIA BARAHONA**

EQUIPO DE TRABAJO:

DISEÑO ARQUITECTÓNICO
ARQ. _____
codia 00000

ENC. INGENIERÍA
ING. FIOR DALIZA BONIFACIO
codia 00000

ESTRUCTURAL
ING. Leopoldo Berroa
codia 00000

ELÉCTRICO
ING. Juan Pérez
codia 00000

HIDRO-SANITARIO
ING. Francis Estévez
codia 00000

SELLO DE APROBACIÓN:

FECHA: _____

CONTENIDO:

PLANTA INSTALACIONES
ELECTRICAS


ESCALA:

1:100

SEPTIEMBRE 2026

NO. PÁGINA:

007

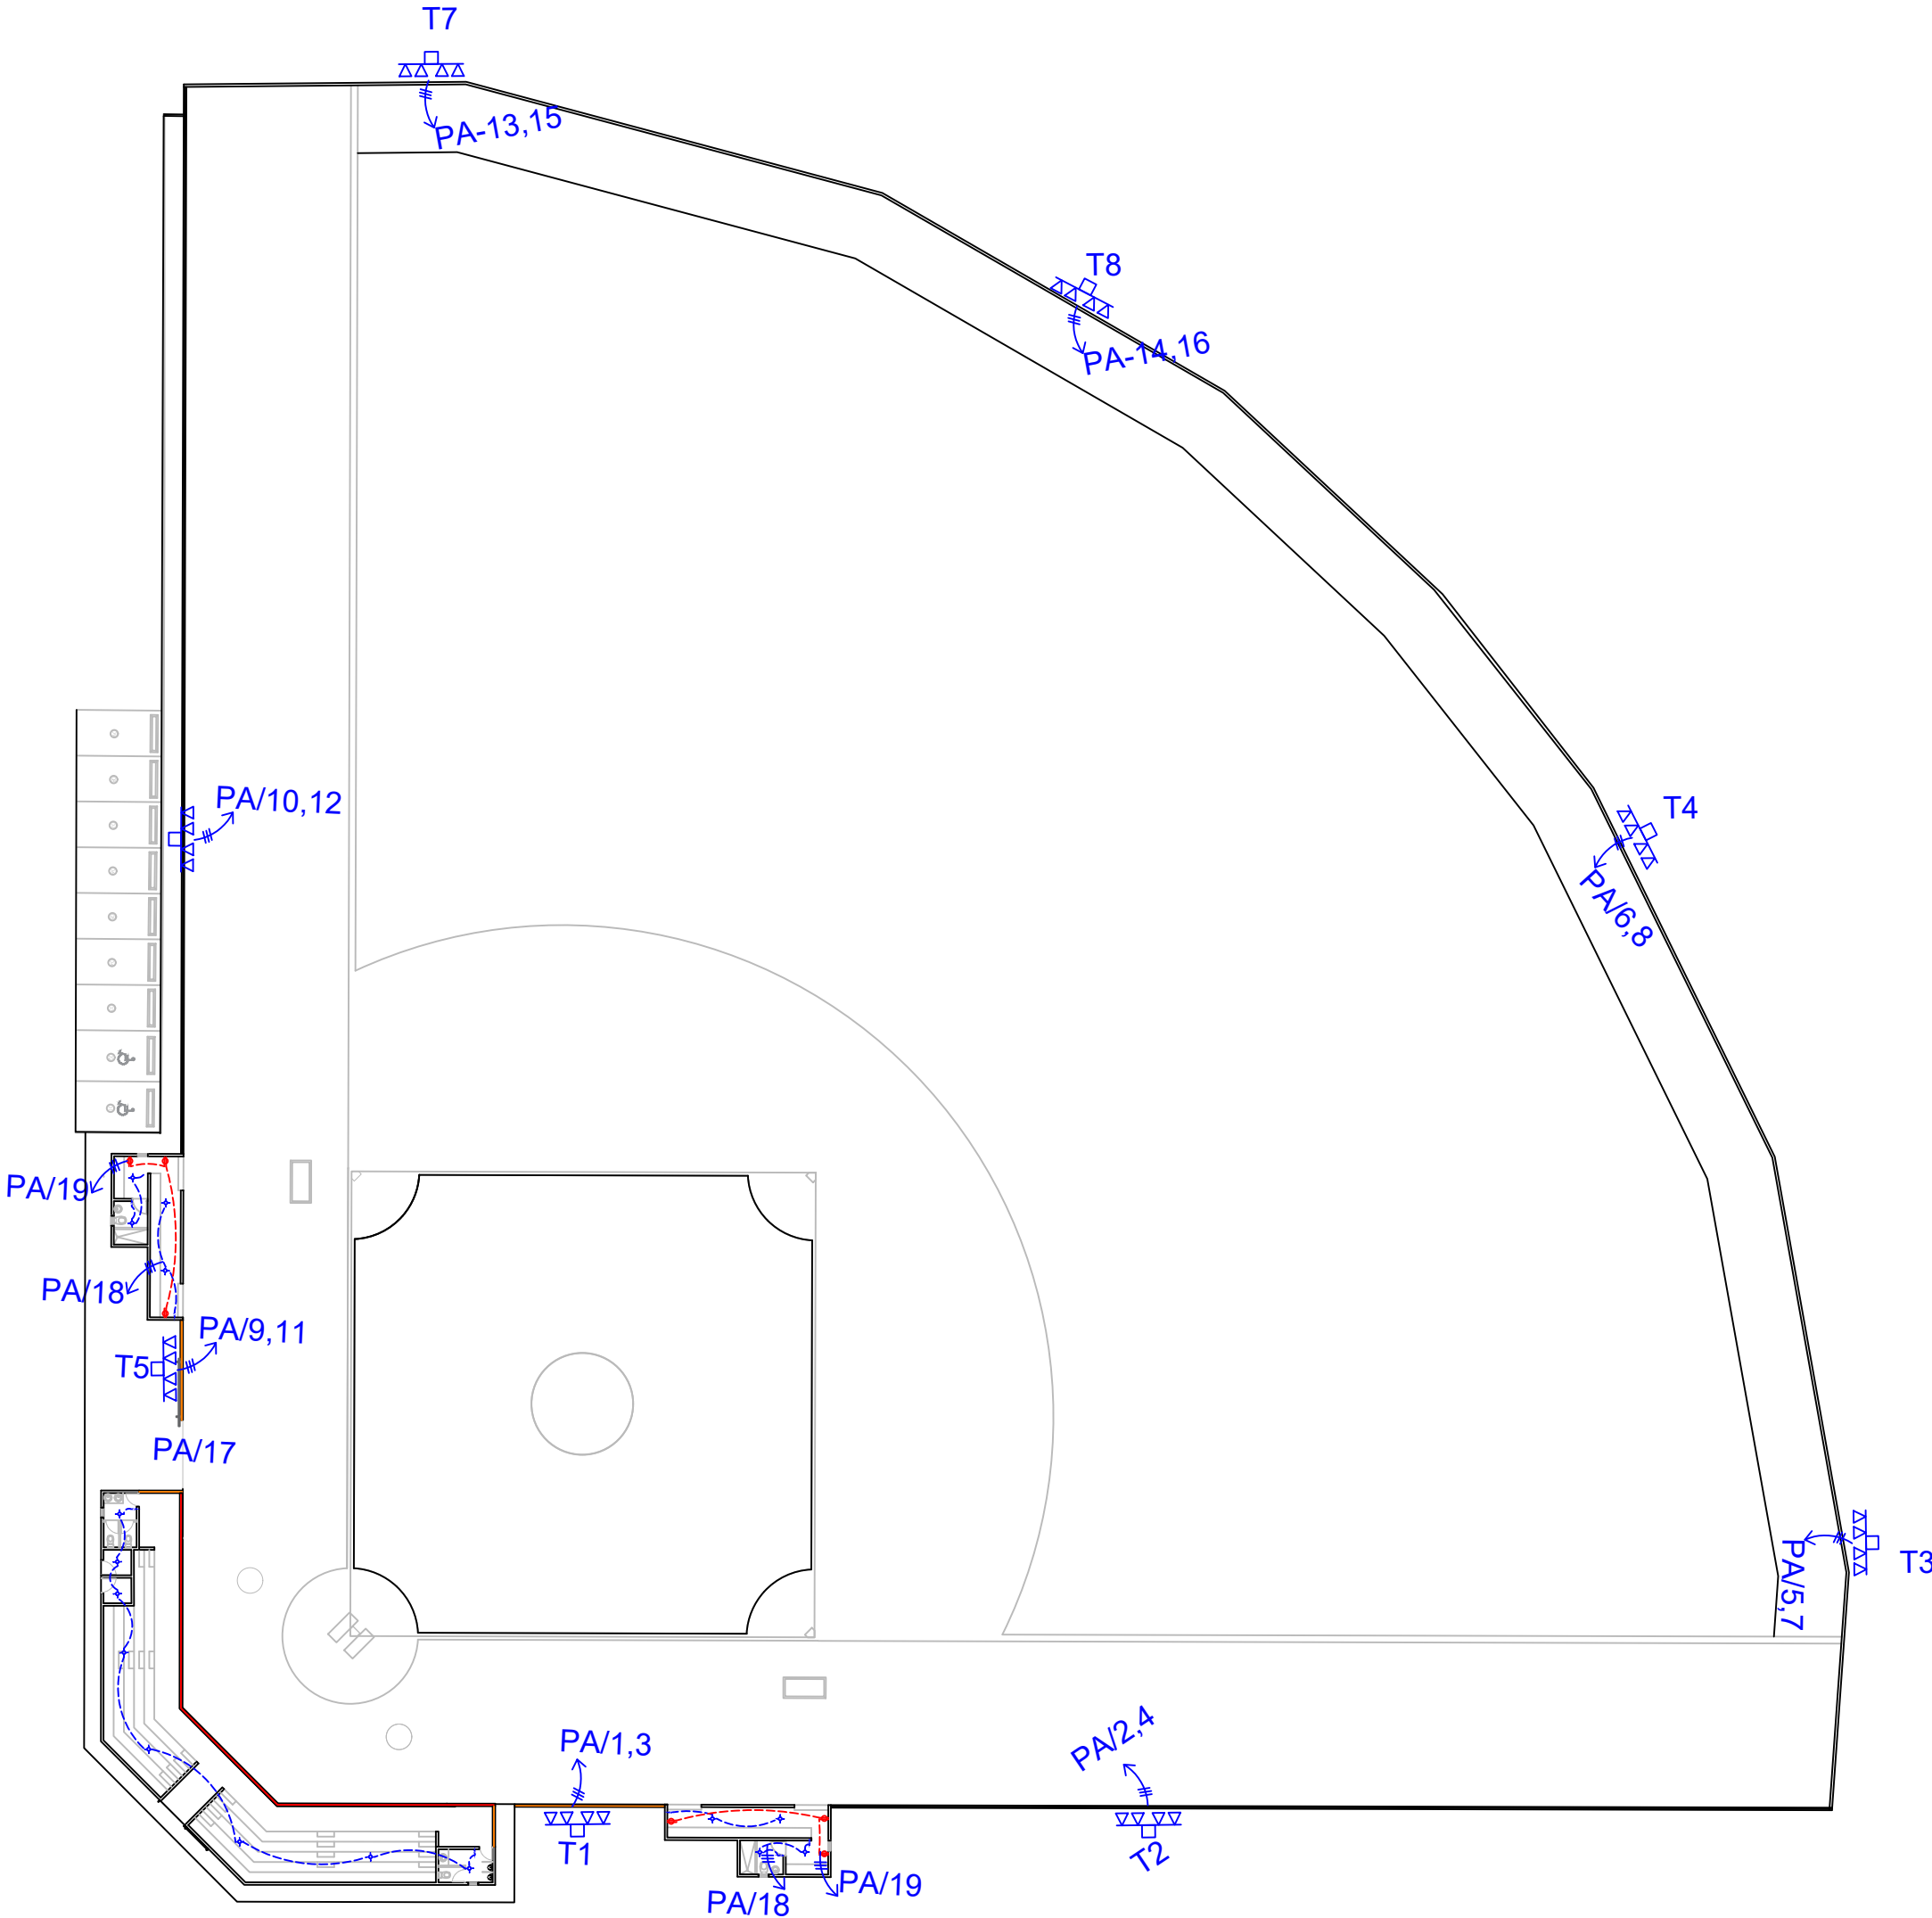

LEYENDA	
SIMBOLOGÍA	NOMBRE
	Luces de Techo
	Luces colgante tipo campana
	Lampara flour 4x4
	Lampara flour 2x4
	Luces de Pared
	Interruptores sencillo, 15A, 120V
	Interruptores doble, 15A, 120V
	Interruptores triple, 15A, 120V
	Interruptores 3 Way, 15A, 120V
	Interruptores 4 Way, 15A, 120V
	Interruptores Con luz piloto, 15A, 120V
	Poste Hormigon Armado 50' con escalerilla lampara MH, 1500W, 240 V
	Toma Corriente 120V, Doble, 20A
	Toma Corriente 240V, Sencillo, 30A
	Toma Corriente 120 de UPS, Doble, 20A
	Teléfono
	Antena de Televisión
	Data
	Hacia el Panel con 2 hilos
	Hacia el Panel con 3 hilos
	Tubería Empotrada en Losa
	Tubería Empotrada en Tierra
	Panel de Distribución Eléctrica
	Panel Board
	Breaker
	Registro
	Medidor o contador
	Transformador
	Abanico de Techo
	Equipos Eléctricos
	Transfer Switch
	Módulo de Contador
	Enclosed Breaker
	Tubería Empotrada con 3 hilos
	Inversor, UPS

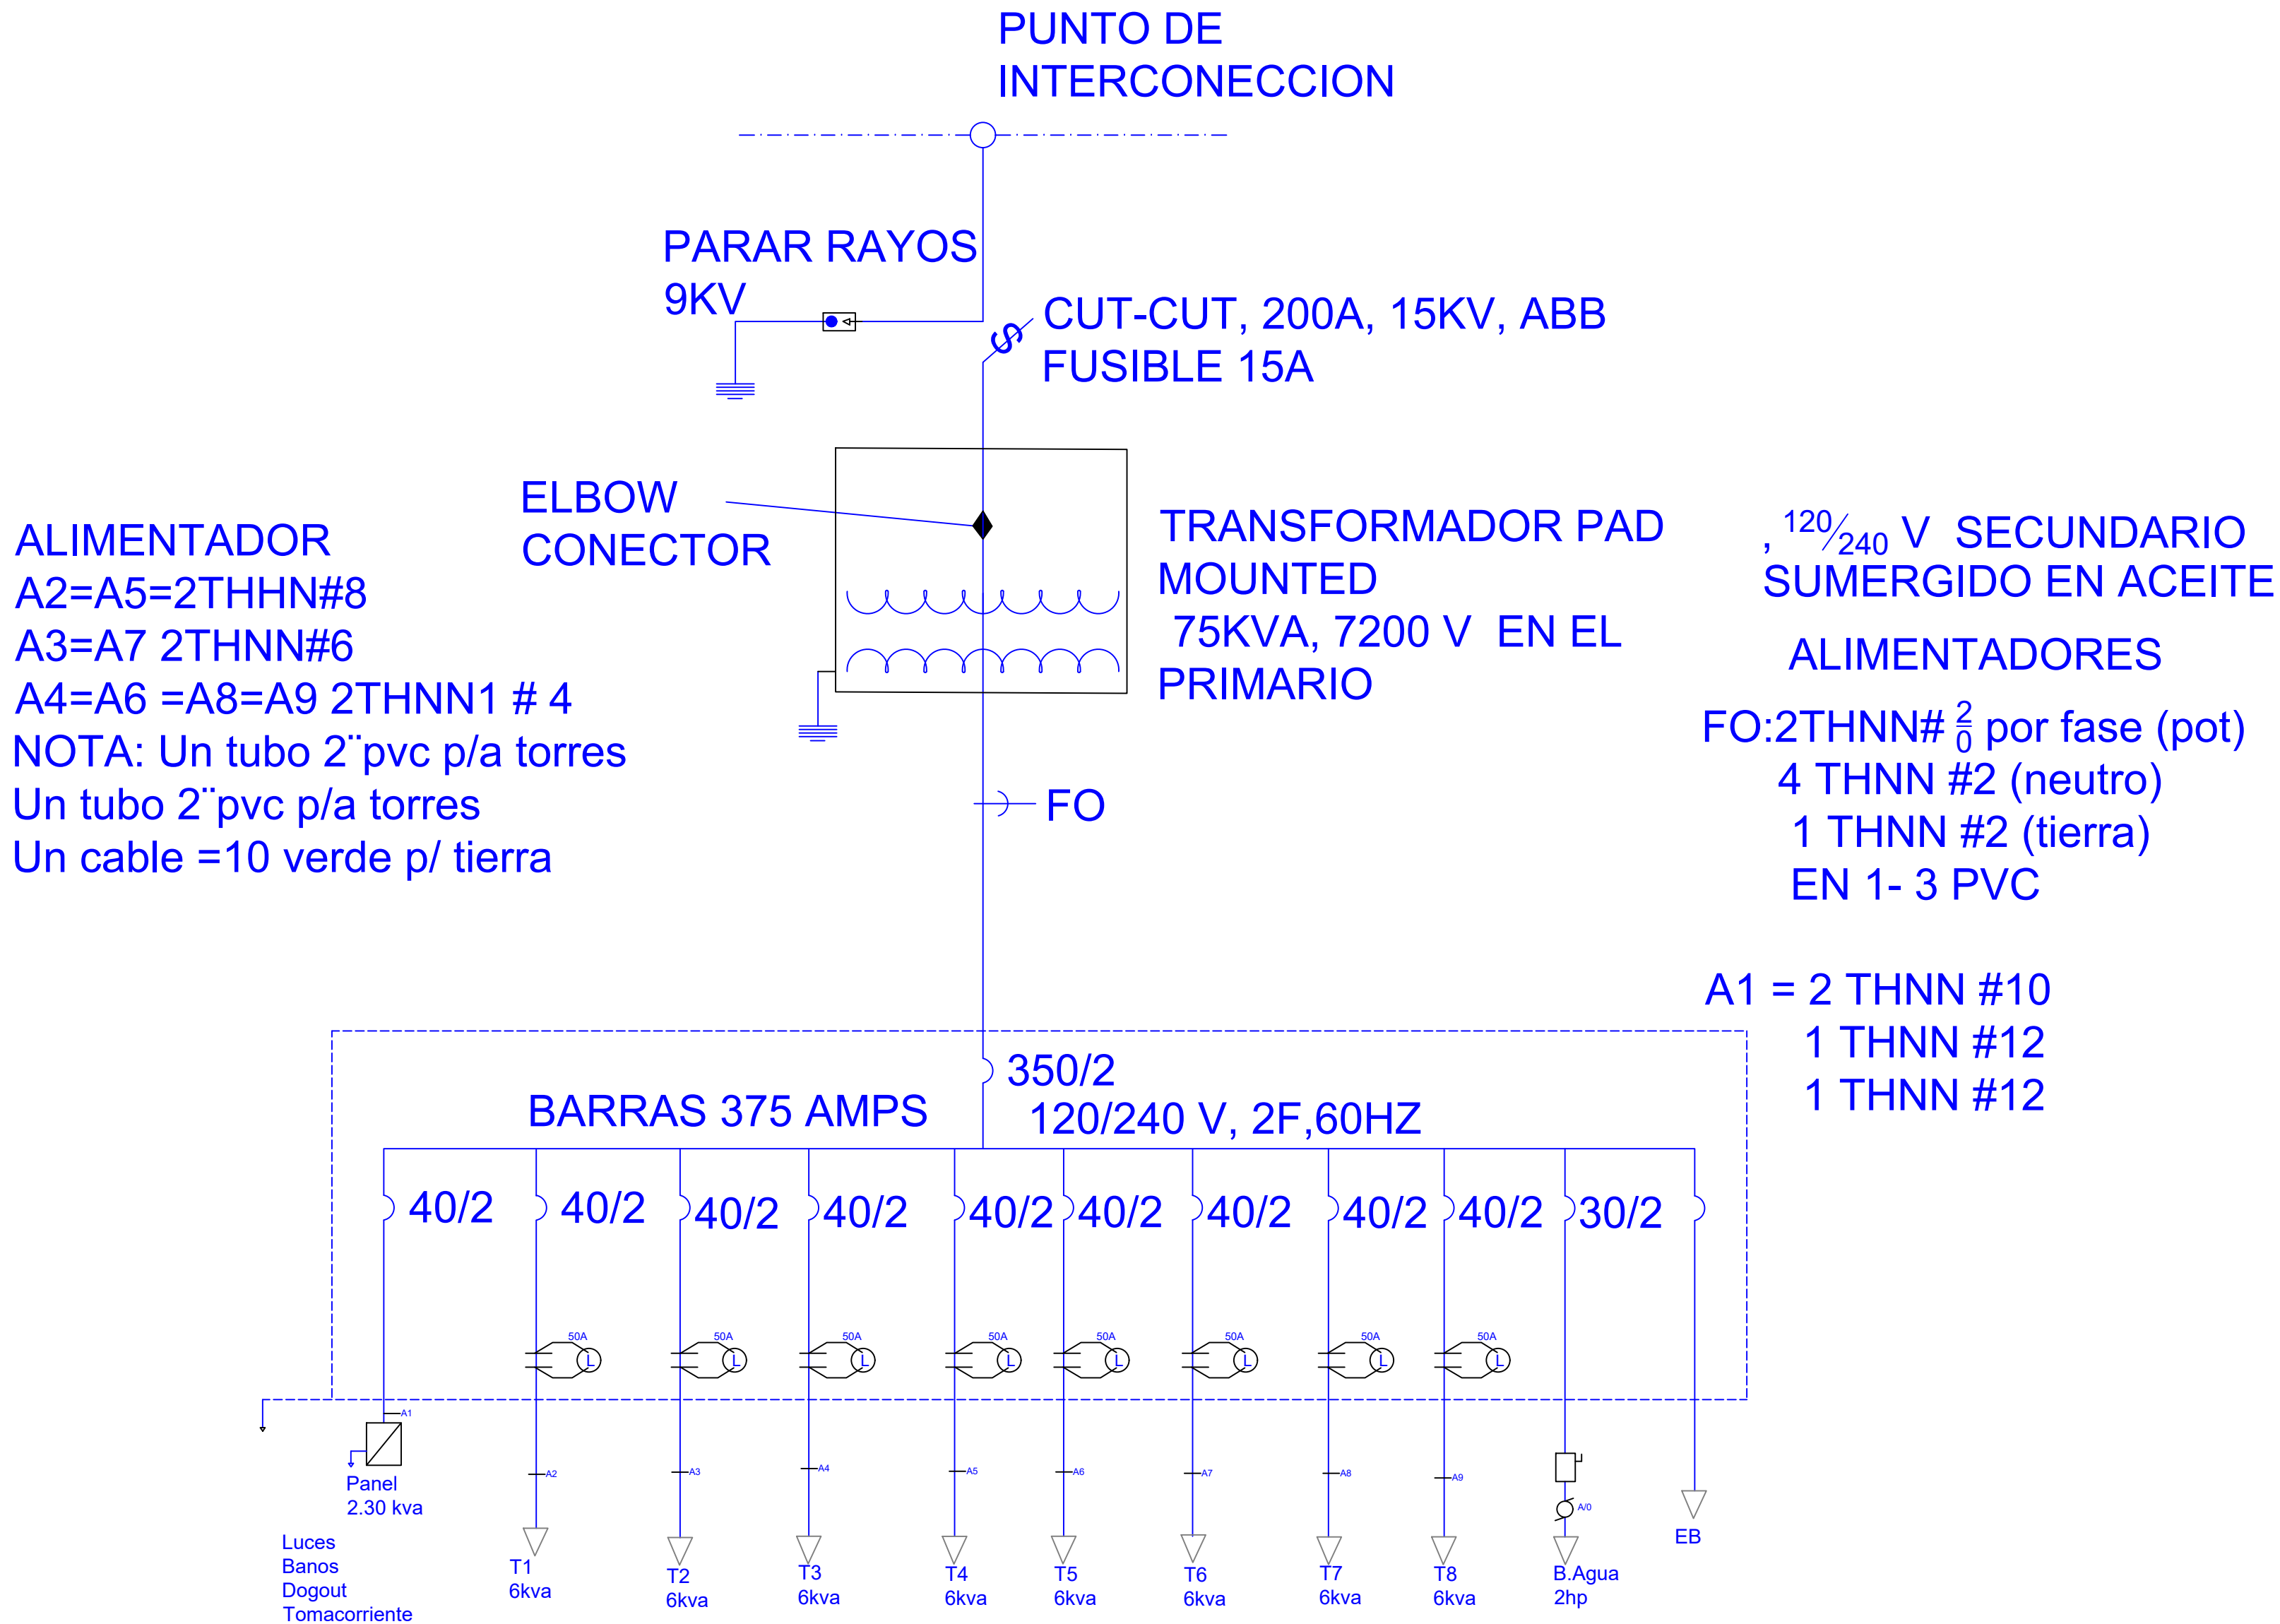


DIAGRAMA UNIFILAR
ESC. N/E


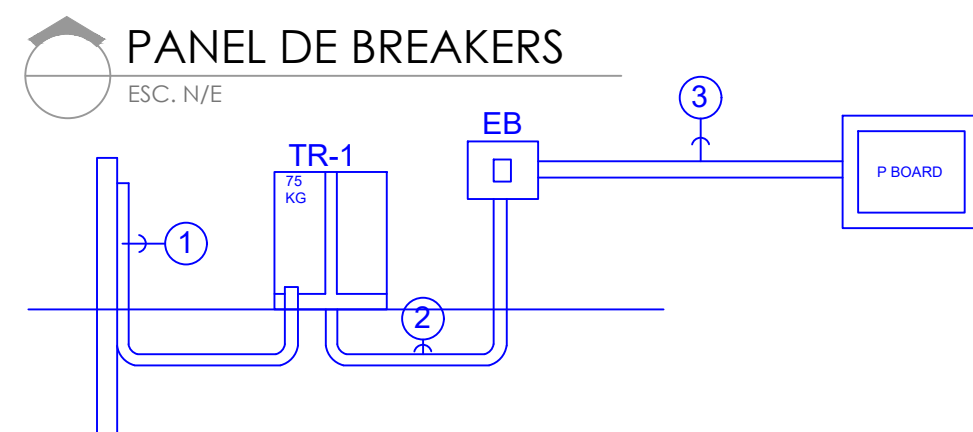


DIAGRAMA UNIFILAR

N/A

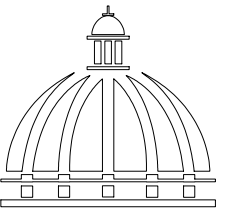

GOBIERNO DE LA
REPÚBLICA DOMINICANA

DIRECCION DE DESARROLLO
PROVINCIAL
DDP

Ave. Dr. Delgado, Esq. Moises García,
Gazcue, Sto. Dgo., R.D.
TEL.: (809)-364-2189 | FAX.: (809)- 688-1665
E-Mail: info@cpadp.gob.do

PROYECTO:

CONSTRUCCIÓN CAMPO DE BÉISBOL
EL PEÑÓN, MUNICIPIO EL PEÑÓN,
PROVINCIA BARAHONA

EQUIPO DE TRABAJO:

DISEÑO ARQUITECTÓNICO
ARQ.

codia 00000

ENC. INGENIERÍA

ING. FIOR DALIZA BONIFACIO

codia 00000

ESTRUCTURAL

ING. Leopoldo Berroa

codia 00000

ELÉCTRICO

ING. Juan Pérez

codia 00000

HIDRO-SANITARIO

ING. Francis Estévez

codia 00000

SELLO DE APROBACIÓN:

FECHA:


CONTENIDO:

ESCALA:

SEPTIEMBRE 2026

NO. PÁGINA:


008

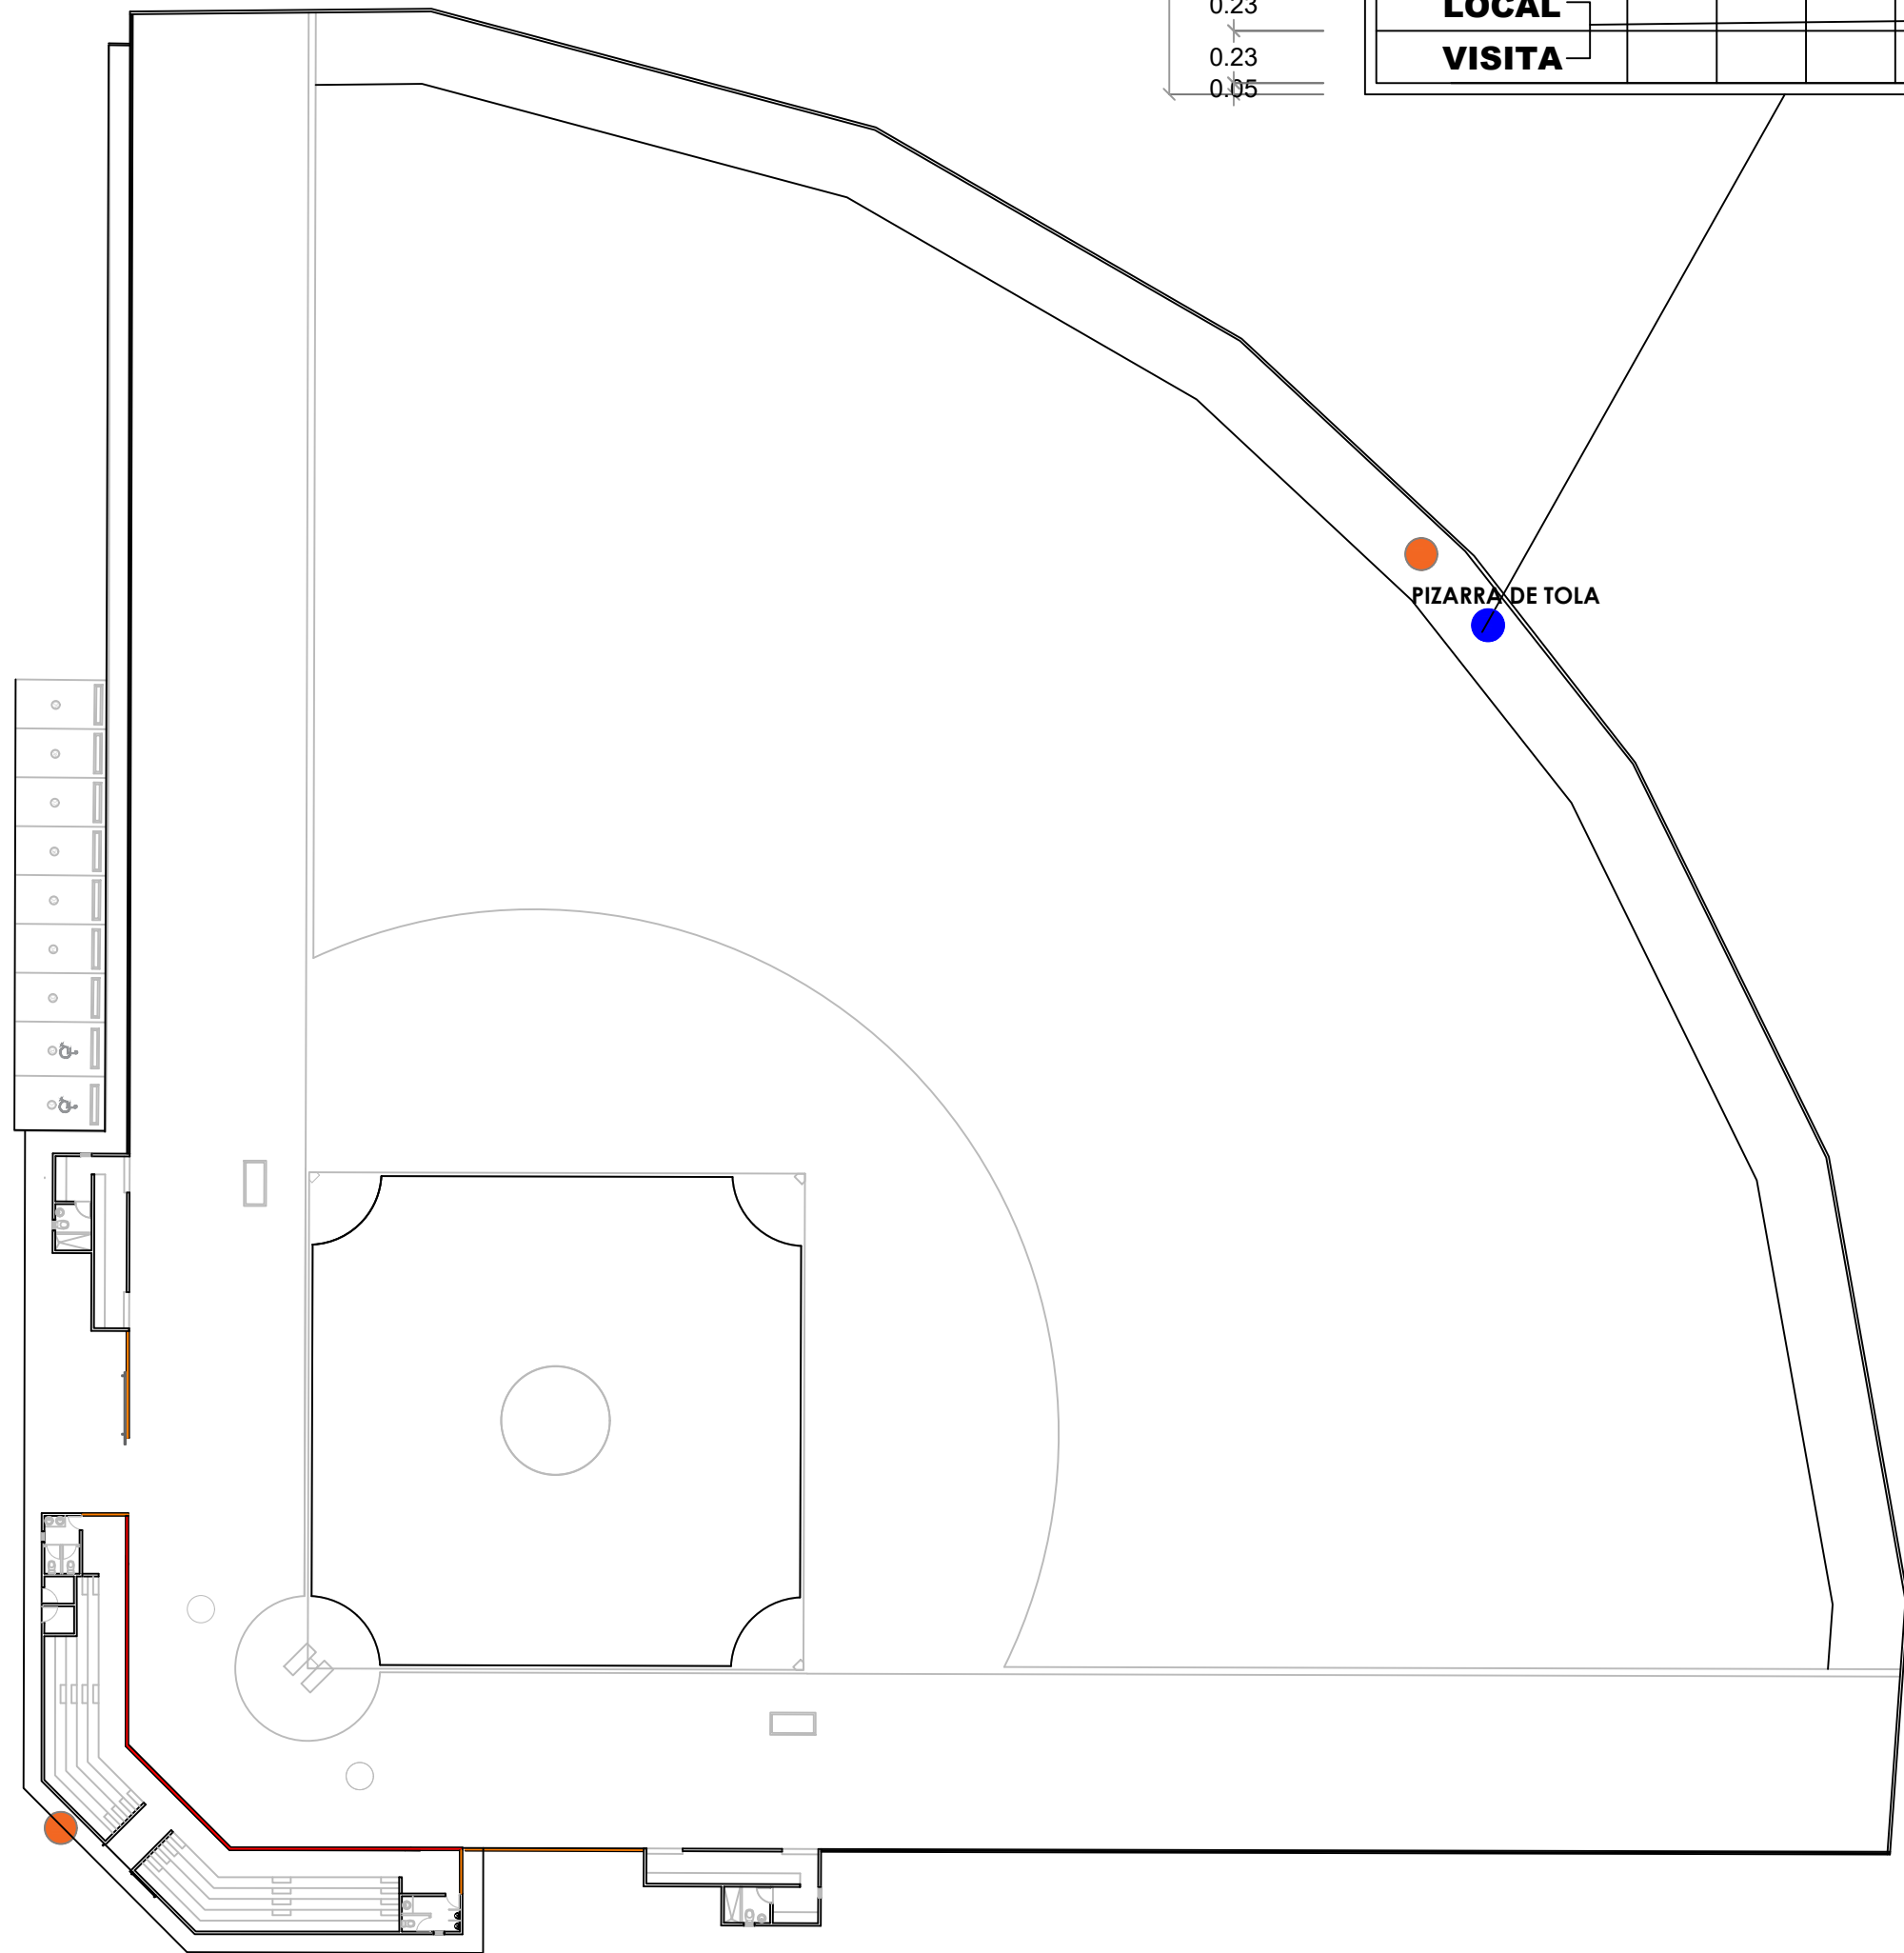

PIZARRA DE TOLA

LEYENDA ZONIFICACION DE LOGOS		
SIMBOLO	DESCRIPCION	CANTIDAD
●	LOGOS	2

NOTA: CADA LOGO TENDRA DE DIAMETRO 1.20 M
ESTA CENTRALIZADO RESPECTO AL ESPACIO
DONDE SE UBICA, ESTO ES DE ACUERDO AL
ANCHO Y AL ALTO DEL AREA

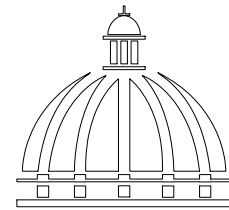

GOBIERNO DE LA
RBPÚBLICA DOMINICANA

DIRECCION DE DESARROLLO
PROVINCIAL
DDP

Ave. Dr. Delgado, Esq. Moises García,
Gazcue, Sto. Dgo., R.D.
TEL.: (809)-364-2189 | FAX.: (809)- 688-1665
E-Mail: info@cpadp.gob.do

PROYECTO:

CONSTRUCCIÓN CAMPO DE BÉISBOL
EL PEÑÓN, MUNICIPIO EL PEÑÓN,
PROVINCIA BARAHONA

EQUIPO DE TRABAJO:

DISEÑO ARQUITECTÓNICO
ARQ.

codia 00000

ENC. INGENIERÍA

ING. FIOR DALIZA BONIFACIO

codia 00000

ESTRUCTURAL

ING. Leopoldo Berroa

codia 00000

ELÉCTRICO

ING. Juan Pérez

codia 00000

HIDRO-SANITARIO

ING. Francis Estévez

codia 00000

SELLO DE APROBACIÓN:

FECHA:

CONTENIDO:

DETALLE UBICACION
LOGOS Y PIZARRA

ESCALA:

1:100

SEPTIEMBRE 2026

NO. PÁGINA:

009







Ave. Dr. Delgado, Esq. Moises García,
Gazcue, Sto. Dgo., R.D.
TEL.: (809)-364-2189 | FAX.: (809)- 688-1665
E-Mail: info@cpadp.gob.do

**CONSTRUCCIÓN CAMPO DE BÉISBOL
EL PEÑÓN, MUNICIPIO EL PEÑÓN,
PROVINCIA BARAHONA**


ING. Francis Estévez
codia 00000

   010



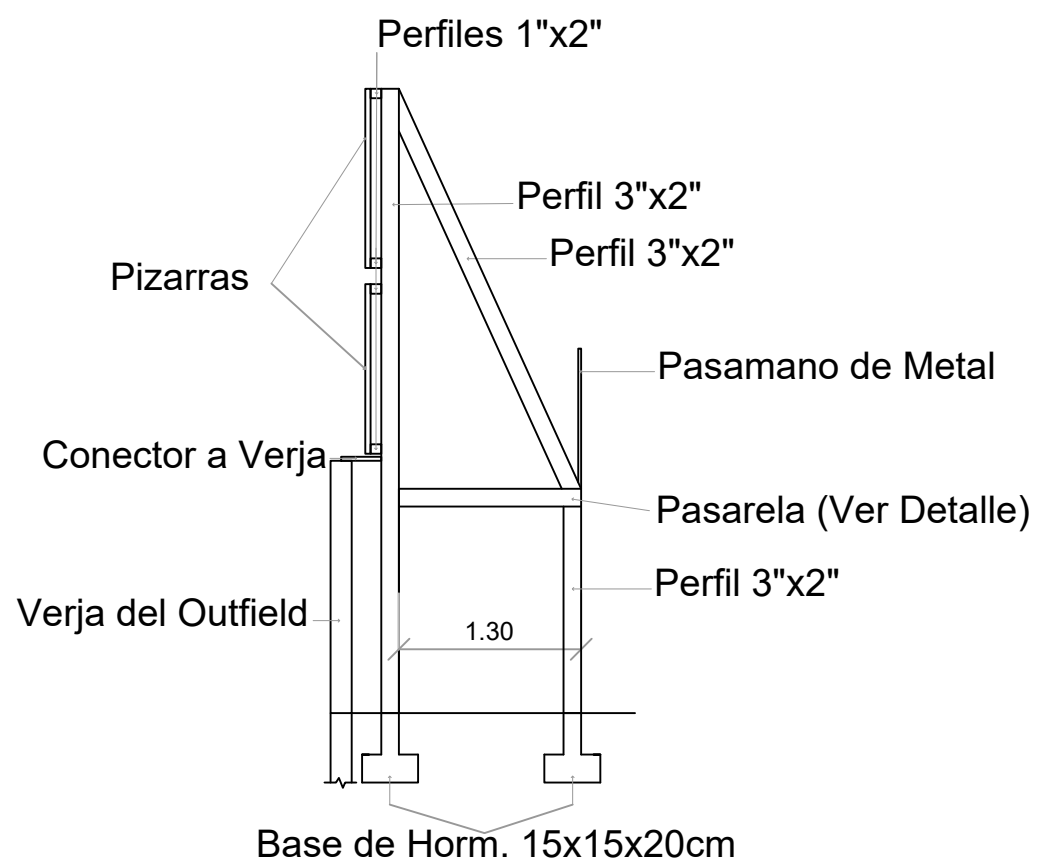

DETALLES DE PIZARRA EN TOLA
ESC. 1:100

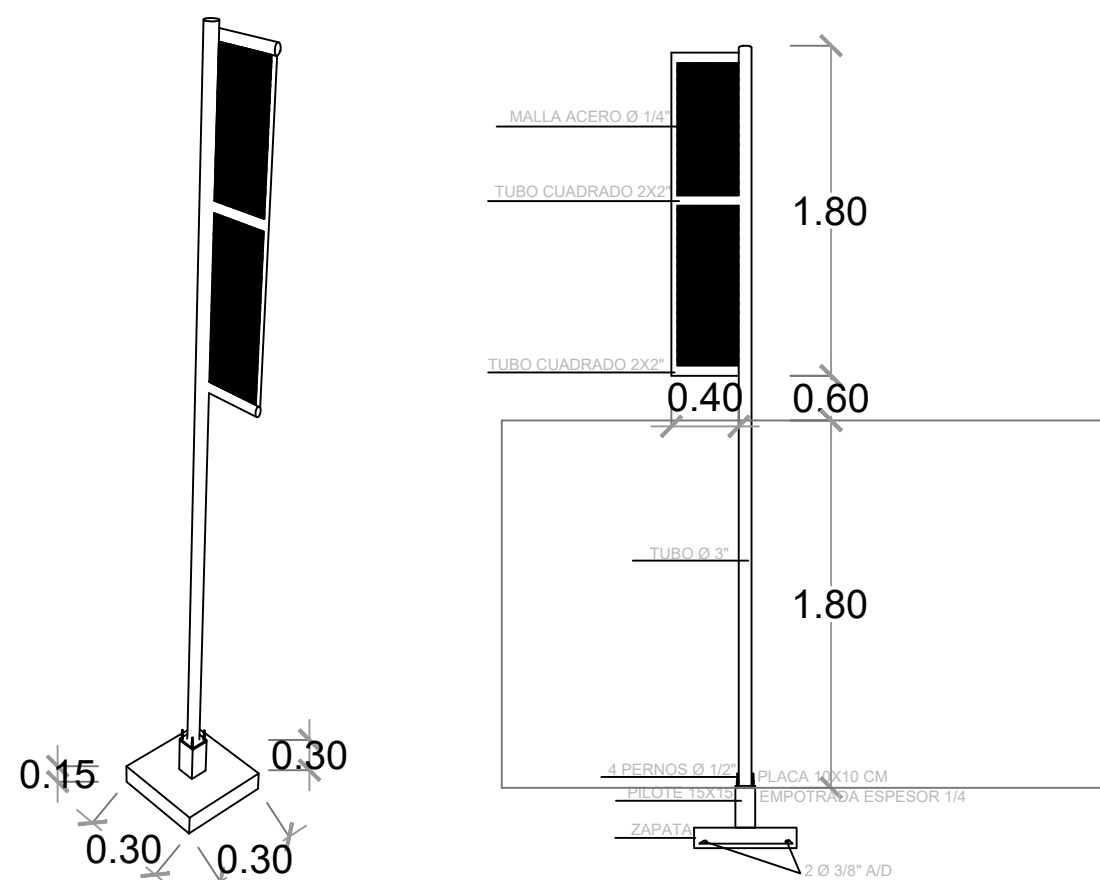

DETALLES POSTE DE FOUL
ESC. 1:100



DIRECCION DE DESARROLLO
PROVINCIAL
DDP

Ave. Dr. Delgado, Esq. Moisés García,
Gazcue, Sto. Dgo., R.D.
TEL.: (809)-364-2189 | FAX.: (809)- 688-1665
E-Mail: info@cpadp.gob.do

PROYECTO:

CONSTRUCCIÓN CAMPO DE BÉISBOL
EL PEÑÓN, MUNICIPIO EL PEÑÓN,
PROVINCIA BARAHONA

EQUIPO DE TRABAJO:

DISEÑO ARQUITECTÓNICO
ARQ.

codia 00000

ENC. INGENIERÍA

ING. FIOR DALIZA BONIFACIO

codia 00000

ESTRUCTURAL

ING. Leopoldo Berroa

codia 00000

ELÉCTRICO

ING. Juan Pérez

codia 00000

HIDRO-SANITARIO

ING. Francis Estévez

codia 00000

SELLO DE APROBACIÓN:

FECHA:

CONTENIDO:

DETALLES DE PIZARRA Y
POSTE DE FOUL

ESCALA:

1:75

SEPTIEMBRE 2026

NO. PÁGINA:

011

**GOBIERNO DE LA
REPÚBLICA DOMINICANA**

**DIRECCION DE DESARROLLO
PROVINCIAL
DDP**

Ave. Dr. Delgado, Esq. Moises García,
Gazcue, Sto. Dgo., R.D.
TEL.: (809)-364-2189 | FAX.: (809)- 688-1665
E-Mail: info@cpadp.gob.do

PROYECTO:

**CONSTRUCCIÓN CAMPO DE BÉISBOL
EL PEÑÓN, MUNICIPIO EL PEÑÓN,
PROVINCIA BARAHONA**

EQUIPO DE TRABAJO:

DISEÑO ARQUITECTÓNICO
ARQ.

codia 00000

ENC. INGENIERÍA

ING. FIOR DALIZA BONIFACIO
codia 00000 _____

codia 00000

ESTRUCTURAL

ING. Leopoldo Berroa
codia 00000

could 00000

ELÉCTRICO

ING. Juan Pérez
codia 00

codia 00000

HIDRO-SANITARIO

ING. Francis Estévez
codia 00000

codia 00000

SELO DE APROBACIÓN:

FECHA: _____

CONTENIDO:

PLANTA ARQUITECTÓNICA


ESCALA:

1:50


SEPTIEMBRE 2026

NO. PÁGINA:

012

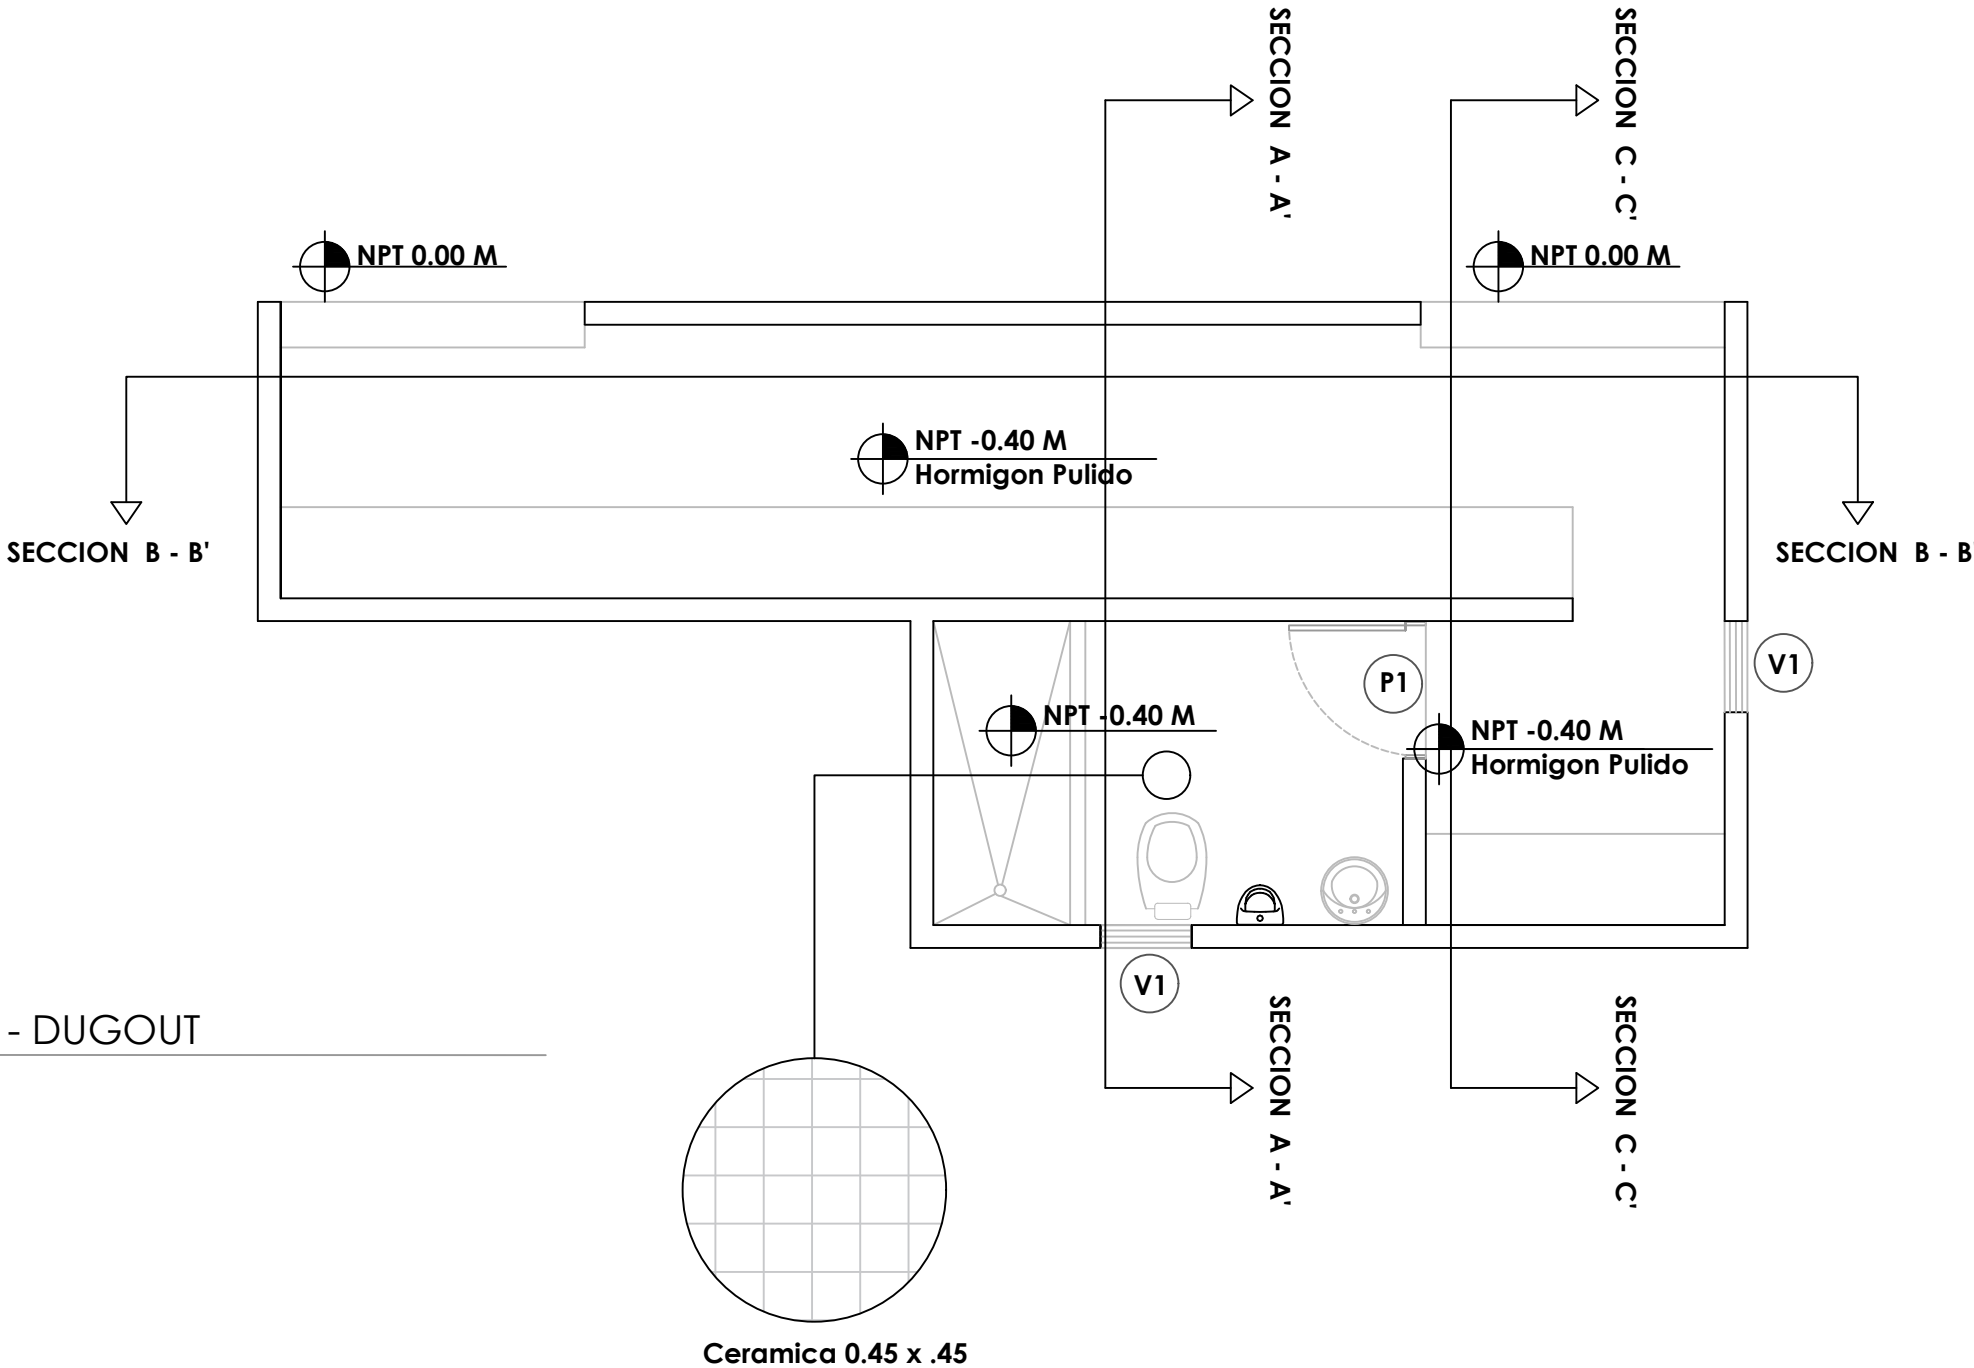


LEYENDA ZONIFICACION DE LOGOS		
SIMBOLO	DESCRIPCION	CANTIDAD
	VENTANA DE CELOSIA METALICA Dim= 0.60 m X 0.60 m	2
	PUERTA POLIMETALICA EVERDOOR Dim= 0.90 m X 2.10 m	1

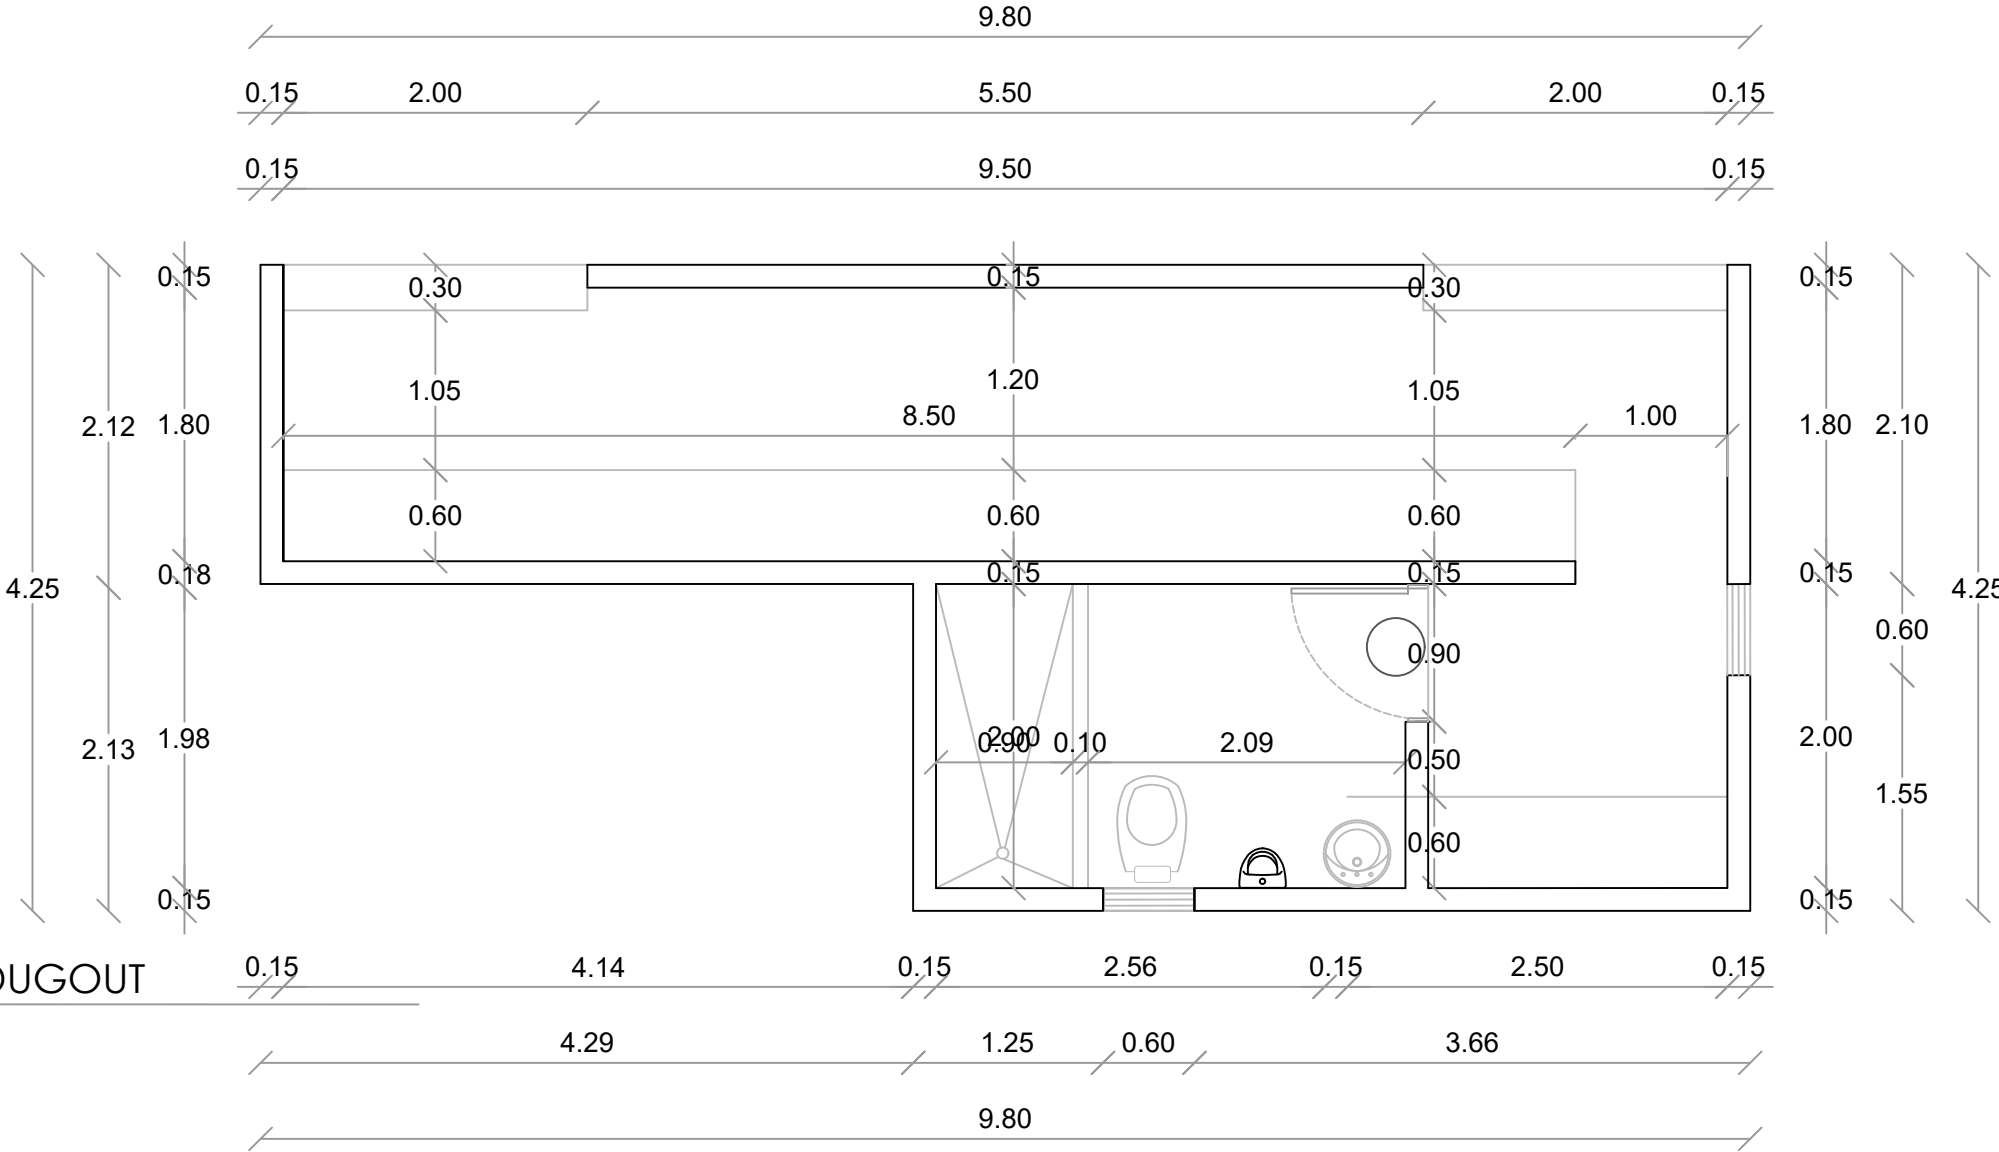


1
00 PLANTA ARQUITECTONICA - DUGOUT
ESC. 1:50


1
00 PLANTA ARQ. DIMENSIONADA - DUGOUT
ESC. 1:50

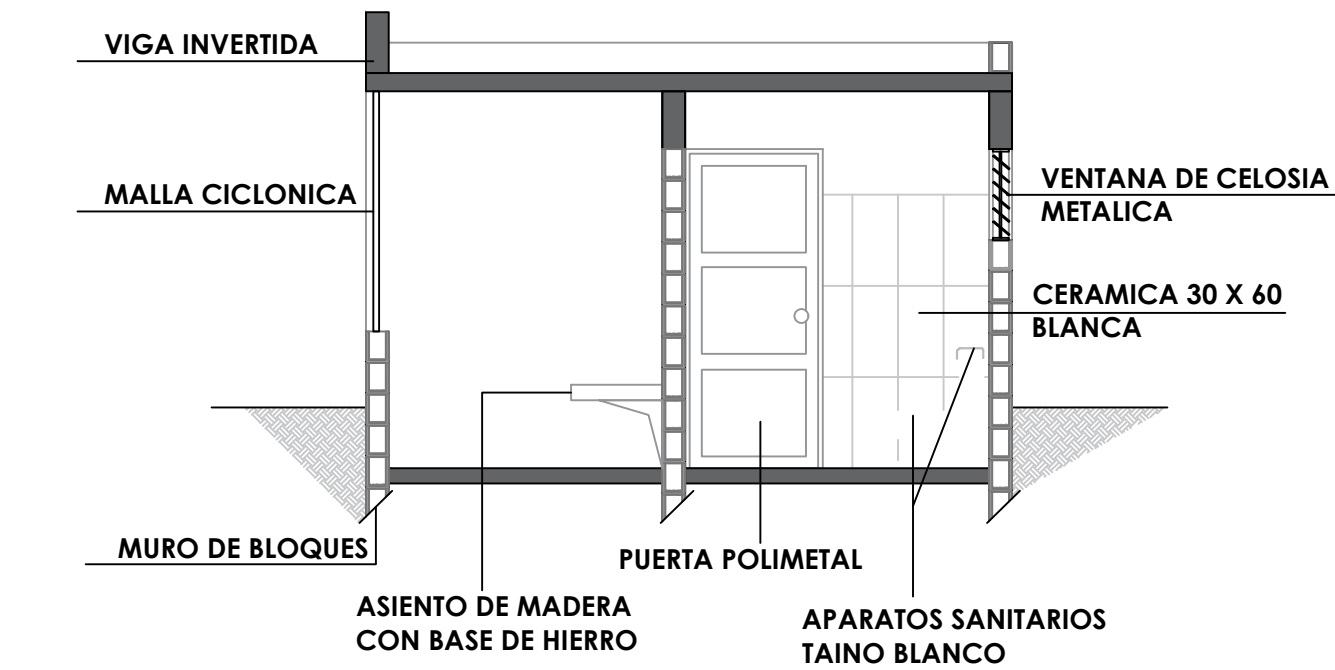


SECCION A-A' - DETALLE
ESC. 1:50

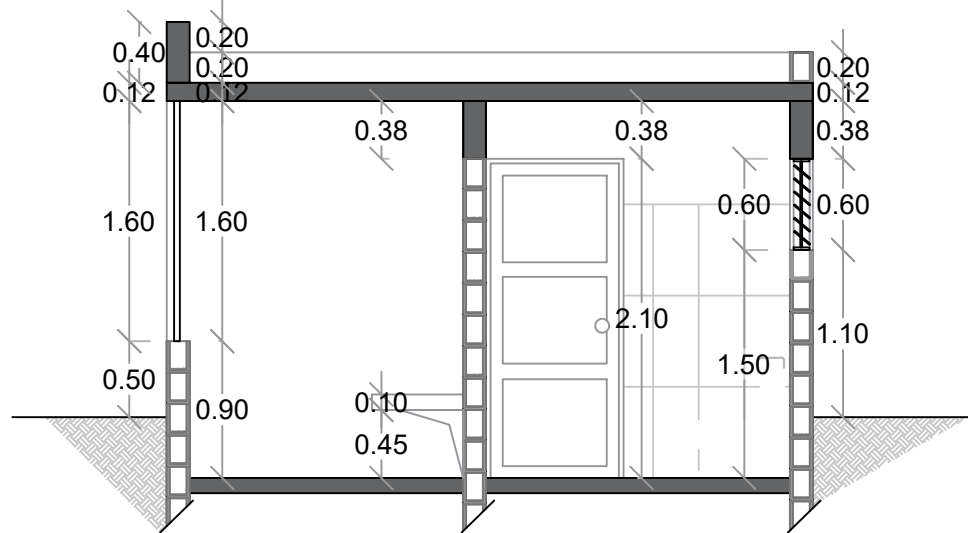


SECCION A-A' - DIMENSIONADA
ESC. 1:50

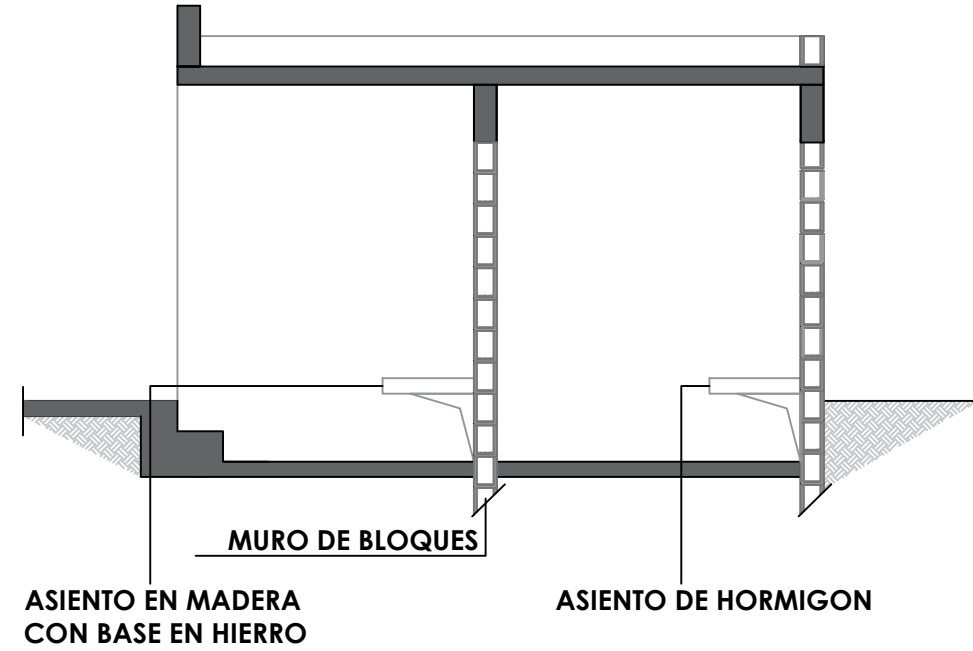

SECCION C-C' - DETALLE
ESC. 1:50

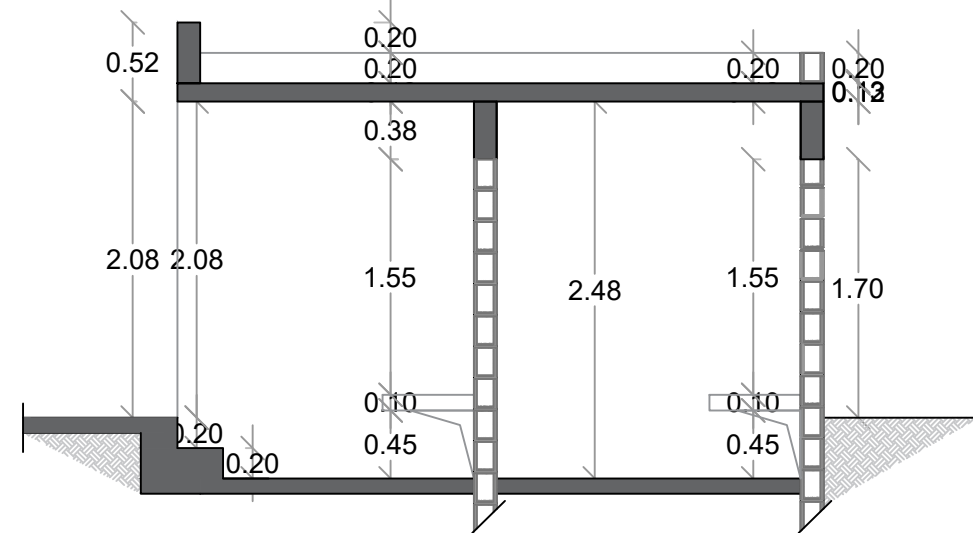


SECCION C-C' - DIMENSIONADA
ESC. 1:50

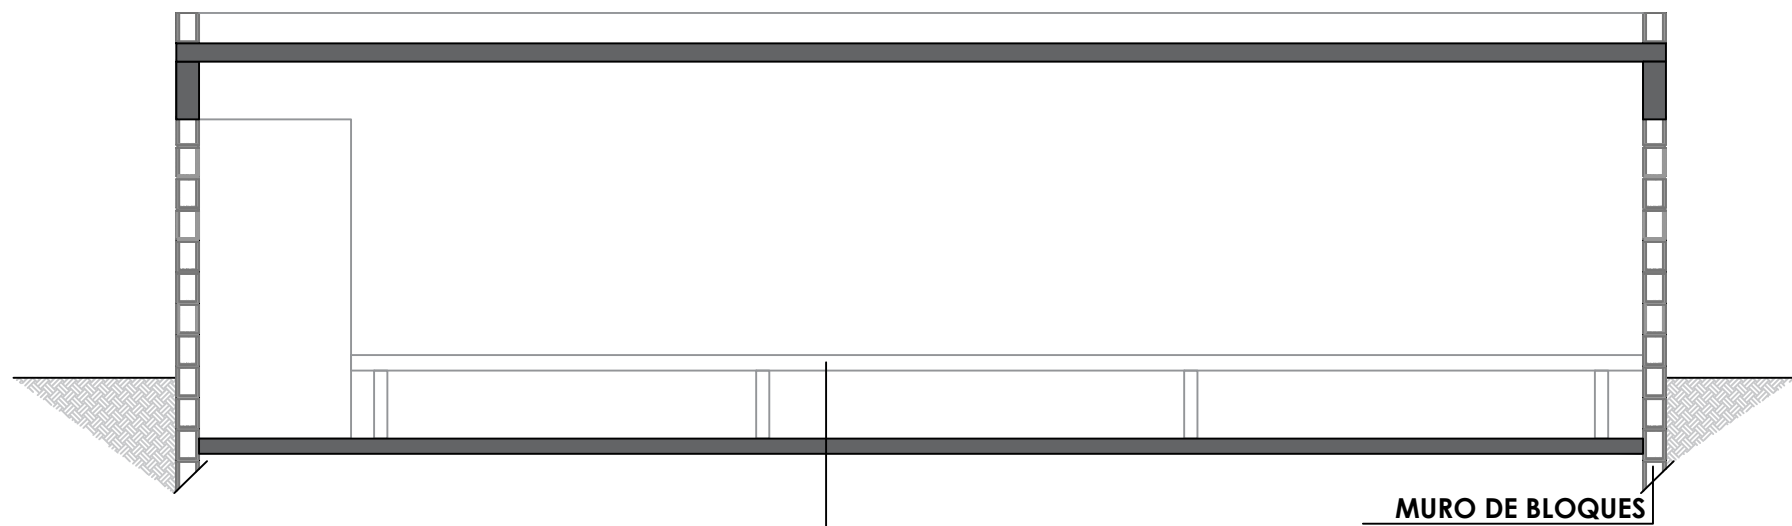


SECCION B-B' - DETALLE
ESC. 1:50

ASIENTO EN MADERA
CON BASE EN HIERRO

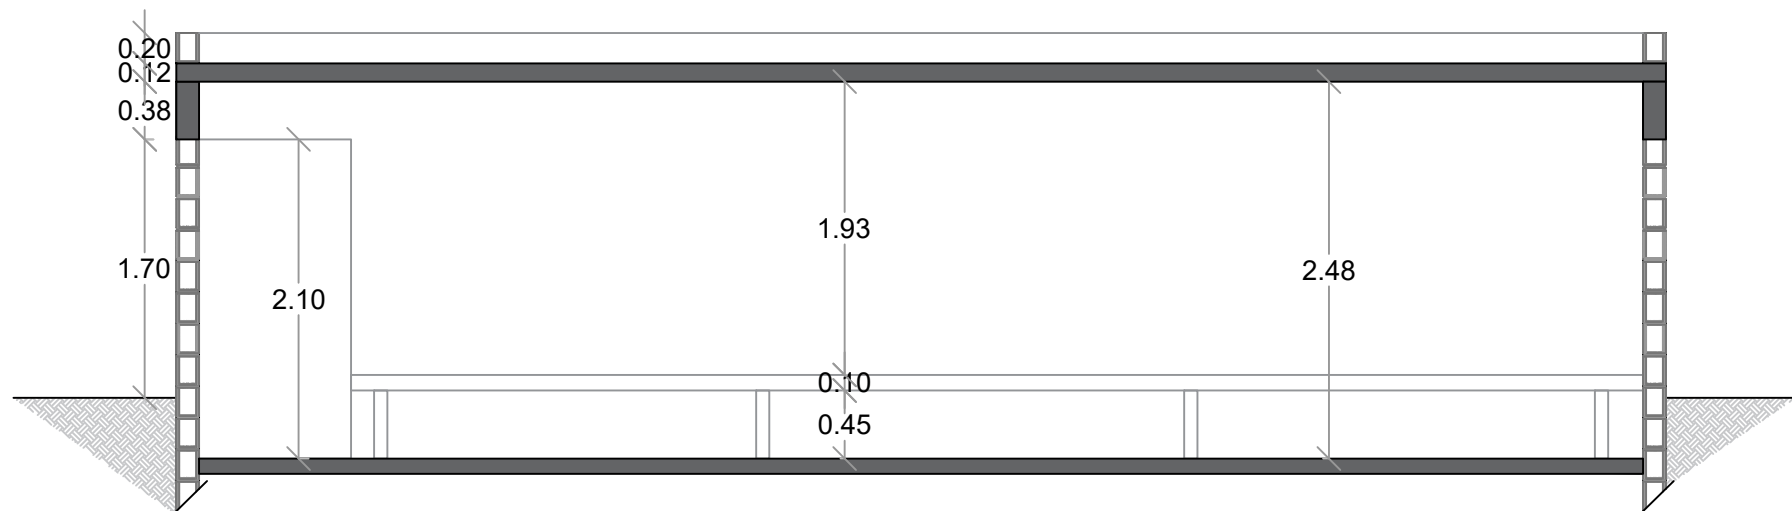

SECCION B-B' - DIMENSIONADA
ESC. 1:50

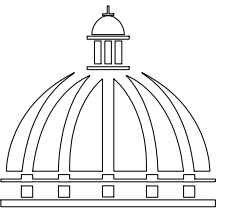

GOBIERNO DE LA
REPÚBLICA DOMINICANA

DIRECCION DE DESARROLLO
PROVINCIAL
DDP

Ave. Dr. Delgado, Esq. Moises García,
Gazcue, Sto. Dgo., R.D.
TEL.: (809)-364-2189 | FAX.: (809)- 688-1665
E-Mail: info@cpadp.gob.do

PROYECTO:

CONSTRUCCIÓN CAMPO DE BÉISBOL
EL PEÑÓN, MUNICIPIO EL PEÑÓN,
PROVINCIA BARAHONA

EQUIPO DE TRABAJO:

DISEÑO ARQUITECTÓNICO
ARQ.

codia 00000

ENC. INGENIERÍA

ING. FIOR DALIZA BONIFACIO

codia 00000

ESTRUCTURAL

ING. Leopoldo Berroa

codia 00000

ELÉCTRICO

ING. Juan Pérez

codia 00000

HIDRO-SANITARIO

ING. Francis Estévez

codia 00000

SELLO DE APROBACIÓN:

FECHA:

CONTENIDO:

PLANTA ARQUITECTÓNICA


ESCALA:

1:50


SEPTIEMBRE 2026

NO. PÁGINA:


013

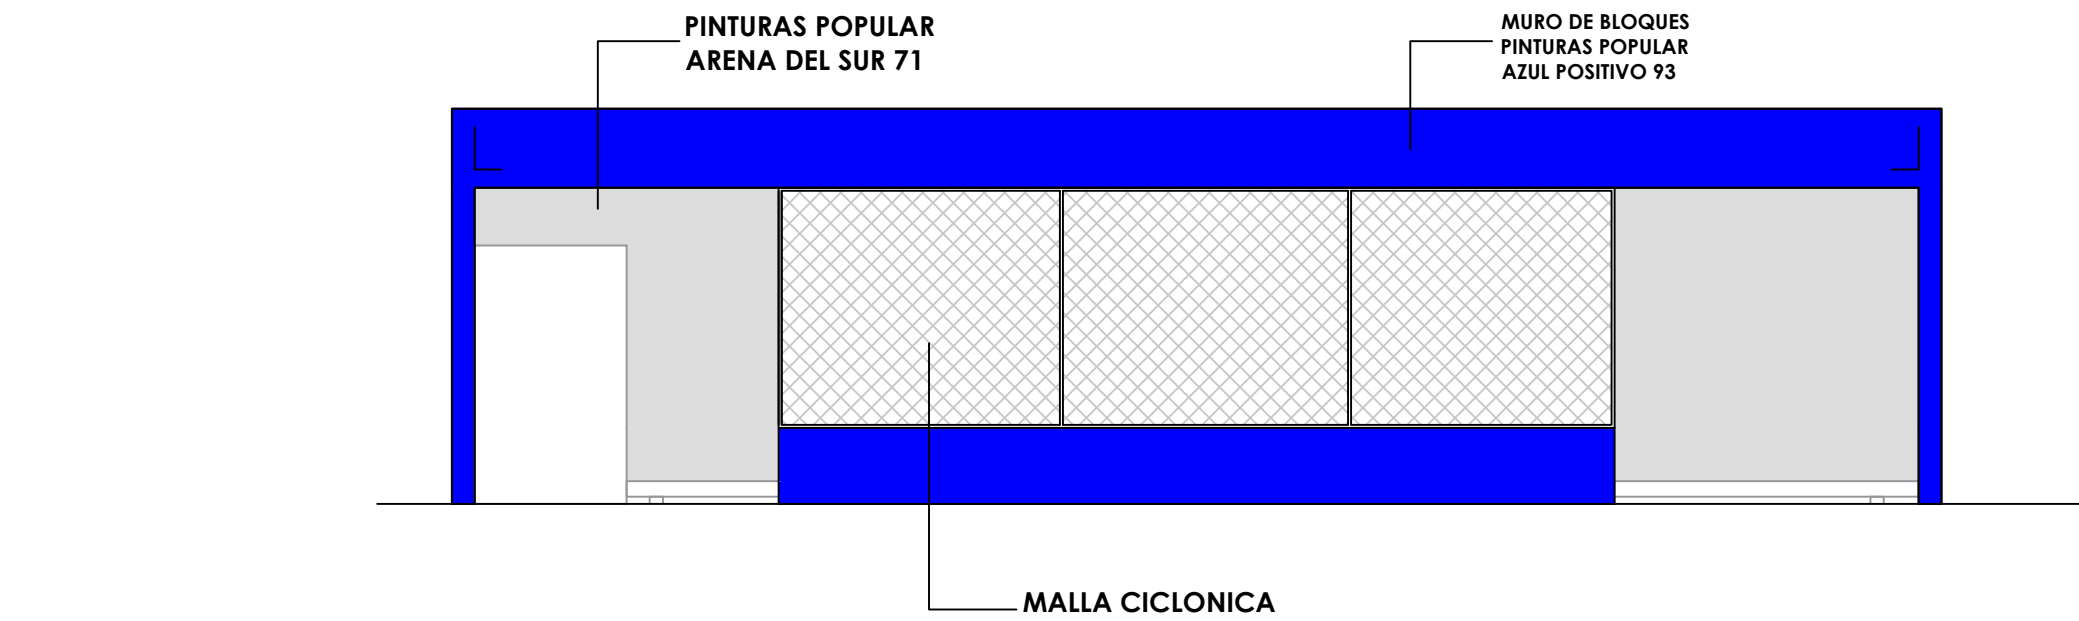


1
00
ELEVACION FRONTAL - DETALLE
ESC. 1:50

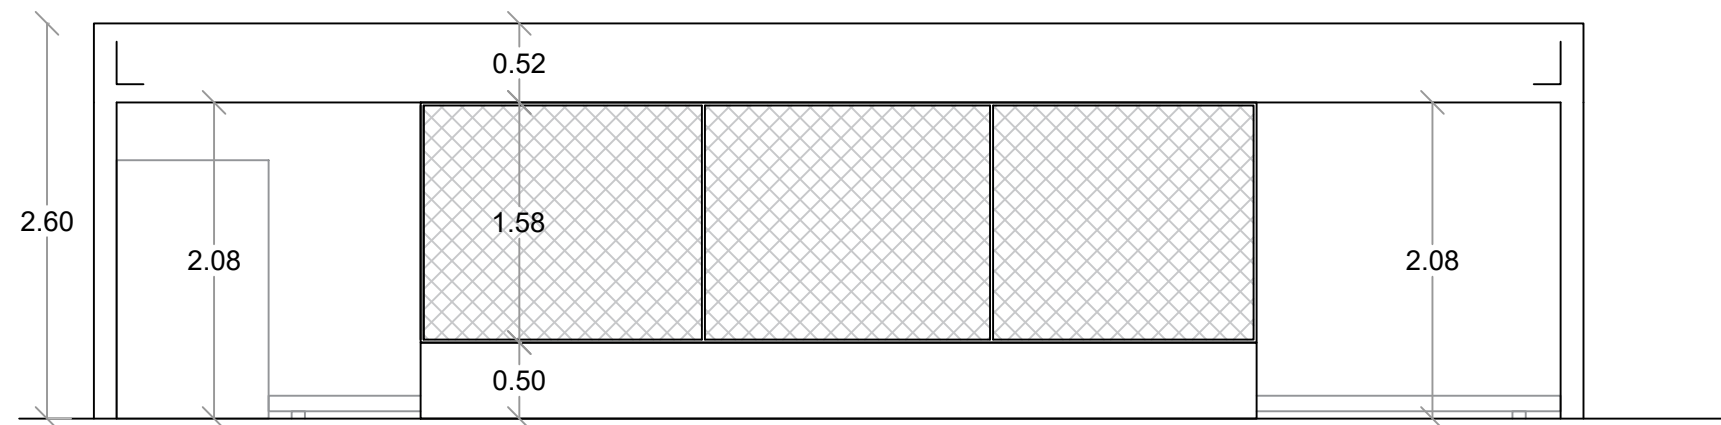


00
ELEVACION FRONTAL - DIMENSIONADA
ESC. 1:50

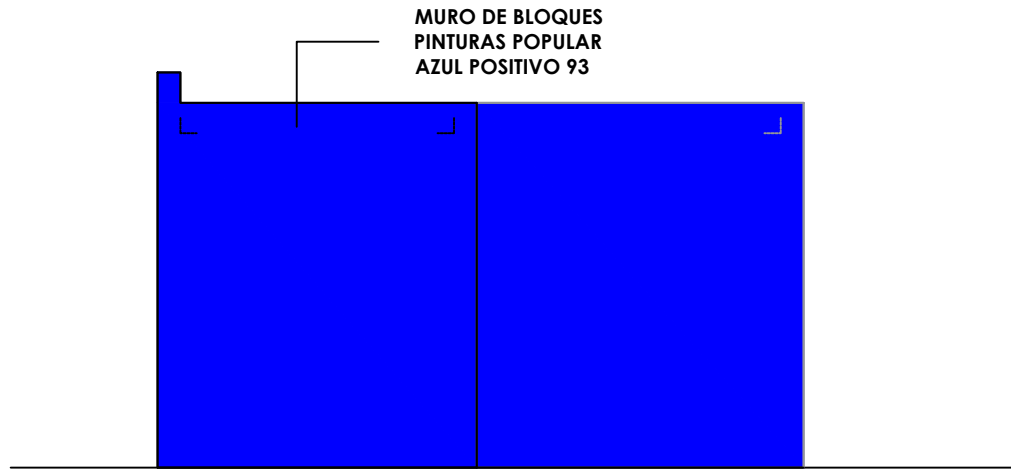


1
00
ELEVACION LAT. DERECHO - DETALLE
ESC. 1:50

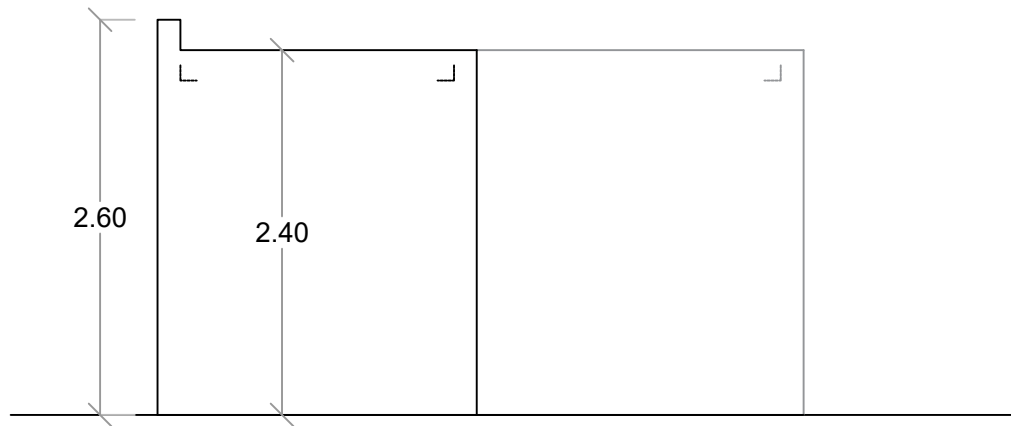


00
ELEVACION LAT. DERECHO - DIMENSIONADA
ESC. 1:50

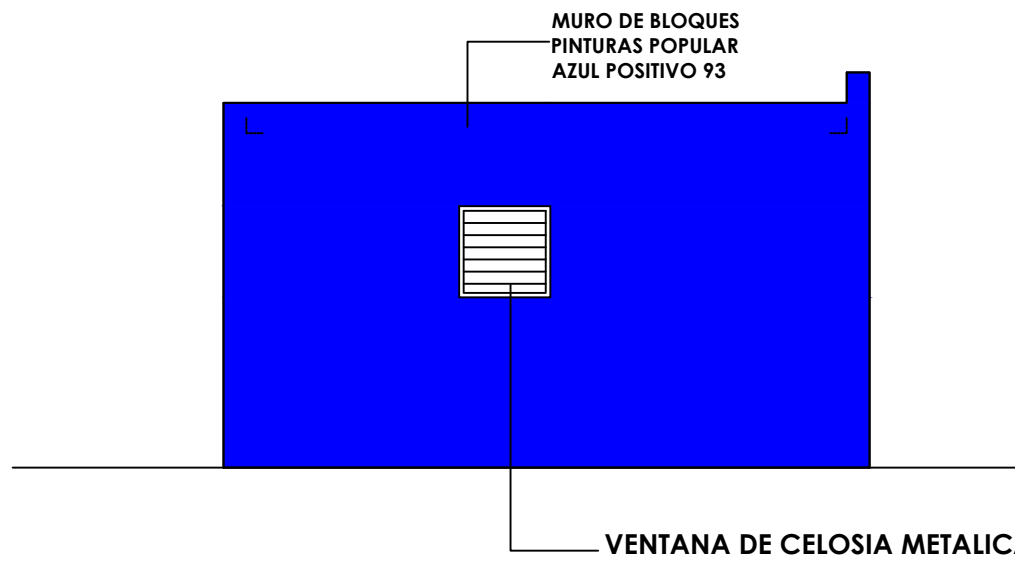

1
00
ELEVACION LAT. IZQUIERDO - DETALLE
ESC. 1:50

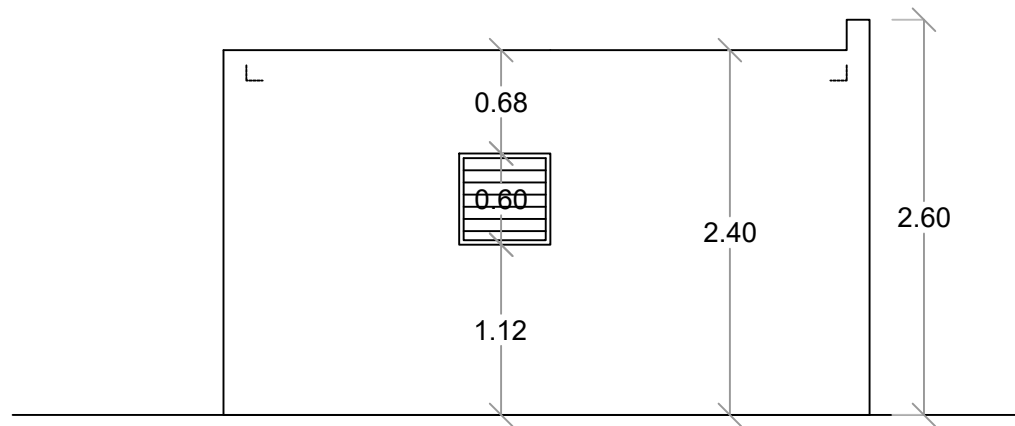

00
ELEVACION LAT. IZQUIERDO - DIMENSIONADA
ESC. 1:50

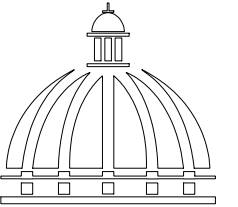

GOBIERNO DE LA
REPÚBLICA DOMINICANA

DIRECCION DE DESARROLLO
PROVINCIAL
DDP

Ave. Dr. Delgado, Esq. Moisés García,
Gazcue, Sto. Dgo., R.D.
TEL.: (809)-364-2189 | FAX.: (809)- 688-1665
E-Mail: info@cpadp.gob.do

PROYECTO:

CONSTRUCCIÓN CAMPO DE BÉISBOL
EL PEÑÓN, MUNICIPIO EL PEÑÓN,
PROVINCIA BARAHONA

EQUIPO DE TRABAJO:

DISEÑO ARQUITECTÓNICO
ARQ.

codia 00000

ENC. INGENIERÍA
ING. FIOR DALIZA BONIFACIO
codia 00000

ESTRUCTURAL
ING. Leopoldo Berroa
codia 00000

ELÉCTRICO
ING. Juan Pérez
codia 00000

HIDRO-SANITARIO
ING. Francis Estévez
codia 00000

SELLO DE APROBACIÓN:

FECHA:

CONTENIDO:

PLANTA ARQUITECTÓNICA

ESCALA:

1:50

SEPTIEMBRE 2026

NO. PÁGINA:

014

PROYECTO:

**CONSTRUCCIÓN CAMPO DE BÉISBOL
EL PEÑÓN, MUNICIPIO EL PEÑÓN,
PROVINCIA BARAHONA**

EQUIPO DE TRABAJO:

DISEÑO ARQUITECTÓNICO
ARQ.

codia 00000

ENC. INGENIERÍA
ING. FIOR DALIZA BONIFACIO
codia 00000

ESTRUCTURAL
ING. Leopoldo Berroa
codia 00000

ELÉCTRICO
ING. Juan Pérez
codia 00000

HIDRO-SANITARIO
ING. Francis Estévez
codia 00000

SELLO DE APROBACIÓN:

FECHA:

CONTENIDO:

PLANTA SANITARIA

ESCALA:

SEPTIEMBRE 2026

NO. PÁGINA:

015

MURO DE BLOQUES
PINTURAS POPULAR
AZUL POSITIVO 93

VENTANA DE CELOSIA METALICA

ELEVACION POSTERIOR - DETALLE
ESC. 1:30

ELEVACION POSTERIOR - DIMENSIONADA
ESC. 1:30

PROYECTO:

**CONSTRUCCIÓN CAMPO DE BÉISBOL
EL PEÑÓN, MUNICIPIO EL PEÑÓN,
PROVINCIA BARAHONA**

EQUIPO DE TRABAJO:

DISEÑO ARQUITECTÓNICO
ARQ. _____
codia 00000 _____

ENC. INGENIERÍA
ING. FIOR DALIZA BONIFACIO
codia 00000 _____

ESTRUCTURAL
ING. Leopoldo Berroa
codia 00000 _____

ELÉCTRICO
ING. Juan Pérez
codia 00000 _____

HIDRO-SANITARIO
ING. Francis Estévez
codia 00000 _____

SELLO DE APROBACIÓN:

FECHA: _____

CONTENIDO:

PLANTA ARQUITECTÓNICA

ESCALA:

1:25

SEPTIEMBRE 2026

NO. PÁGINA:

016

Desde Tinaco


TUB Ø1" PVC Agua Potable



TUBERIA PVC Ø3/4"


PVC Ø3/4"

Du Ø1/2" In Ø1/2" Lv Ø1/2" Lv Ø1/2"

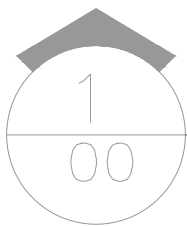

PLANTA INST. SANITARIAS- AGUA POTABLE - DUGOUT

ESC. 1:50

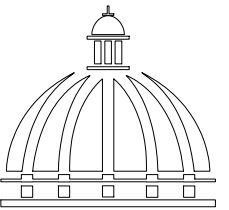

GOBIERNO DE LA
REPÚBLICA DOMINICANA

DIRECCION DE DESARROLLO
PROVINCIAL
DDP

Ave. Dr. Delgado, Esq. Moisés García,
Gazcue, Sto. Dgo., R.D.
TEL.: (809)-364-2189 | FAX.: (809)- 688-1665
E-Mail: info@cpadp.gob.do

PROYECTO:

CONSTRUCCIÓN CAMPO DE BÉISBOL
EL PEÑÓN, MUNICIPIO EL PEÑÓN,
PROVINCIA BARAHONA

EQUIPO DE TRABAJO:

DISEÑO ARQUITECTÓNICO
ARQ.

codia 00000

ENC. INGENIERÍA
ING. FIOR DALIZA BONIFACIO
codia 00000

ESTRUCTURAL
ING. Leopoldo Berroa
codia 00000

ELÉCTRICO
ING. Juan Pérez
codia 00000

HIDRO-SANITARIO
ING. Francis Estévez
codia 00000

SELLO DE APROBACIÓN:

FECHA:

CONTENIDO:

PLANTA ARQUITECTÓNICA

ESCALA:

1:25

SEPTIEMBRE 2026

NO. PÁGINA:

017

HACIA
CAMARA SEPTICA

R

TUBERIA PVC Ø4"

TUBERIA PVC Ø4"

TUBERIA PVC Ø4"
S=2.00%

DpØ4"

TUBERIA PVC Ø4"
S=2.00%

VØ3"


DuØ2"

Dp
Ø2"

INØ4"


LvØ2"

LvØ2"

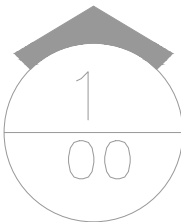

PLANTA INST. SANITARIAS- AGUAS NEGRAS - DUGOUT

ESC. 1:50

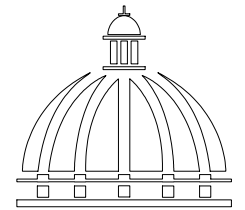

GOBIERNO DE LA
REPÚBLICA DOMINICANA

DIRECCION DE DESARROLLO
PROVINCIAL
DDP

Ave. Dr. Delgado, Esq. Moisés García,
Gazcue, Sto. Dgo., R.D.
TEL.: (809)-364-2189 | FAX.: (809)- 688-1665
E-Mail: info@cpadp.gob.do

PROYECTO:

CONSTRUCCIÓN CAMPO DE BÉISBOL
EL PEÑÓN, MUNICIPIO EL PEÑÓN,
PROVINCIA BARAHONA

EQUIPO DE TRABAJO:

DISEÑO ARQUITECTÓNICO
ARQ.

codia 00000

ENC. INGENIERÍA

ING. FIOR DALIZA BONIFACIO

codia 00000

ESTRUCTURAL

ING. Leopoldo Berroa

codia 00000

ELÉCTRICO

ING. Juan Pérez

codia 00000

HIDRO-SANITARIO

ING. Francis Estévez

codia 00000

SELLO DE APROBACIÓN:

FECHA:

CONTENIDO:

PLANTA ARQUITECTÓNICA



ESCALA:

1:25

SEPTIEMBRE 2026



NO. PÁGINA:

018

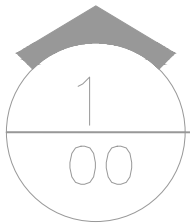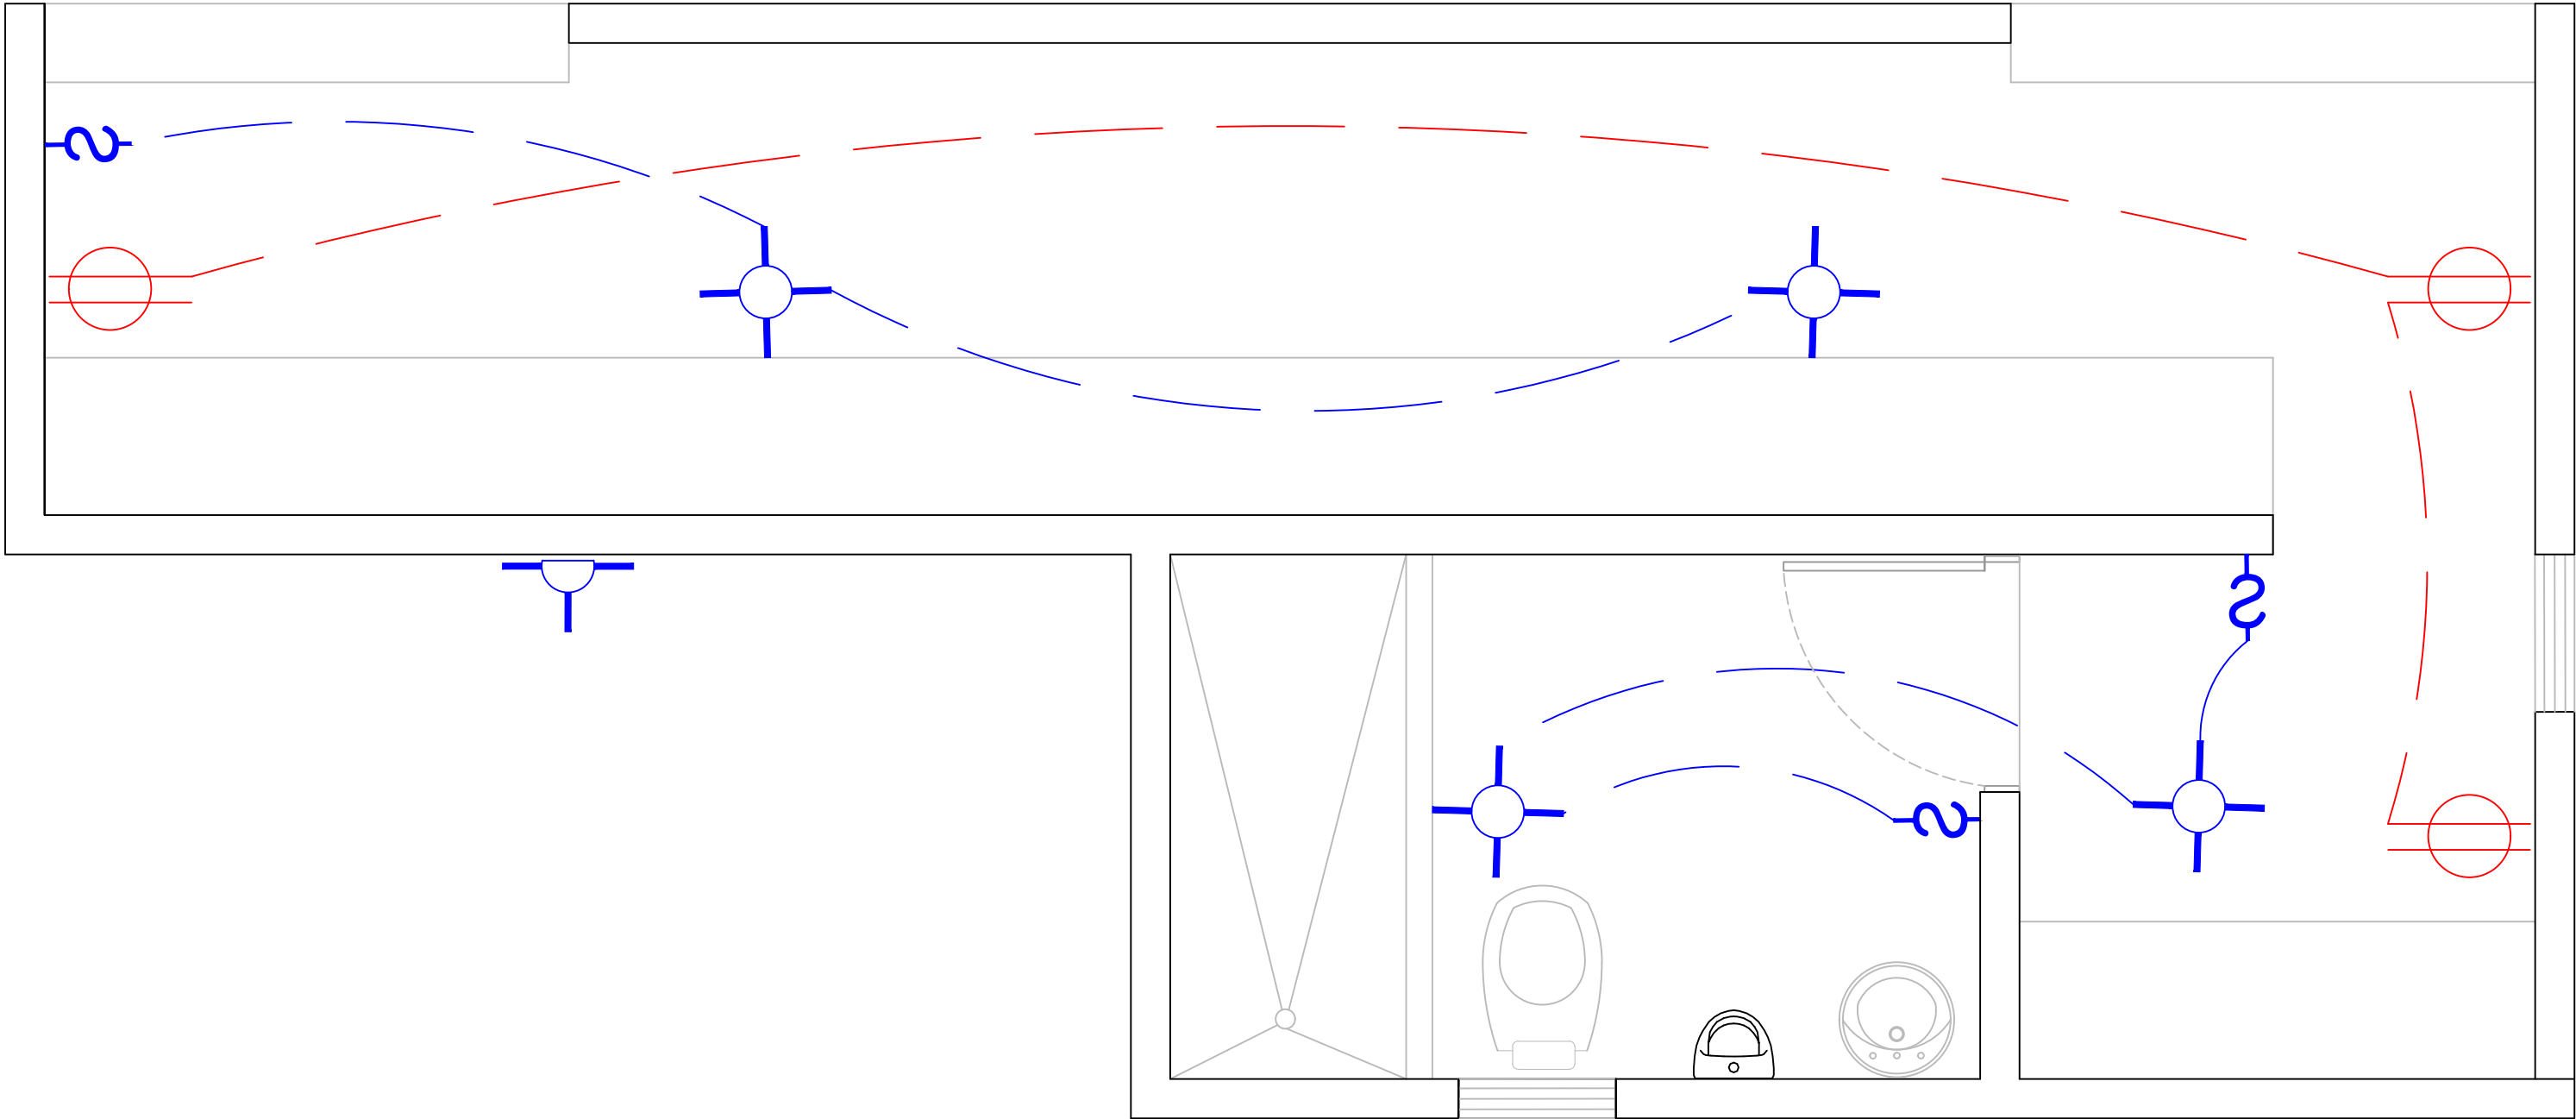


PLANTA INST. ELECTRICAS - DUGOUT

ESC. 1:50

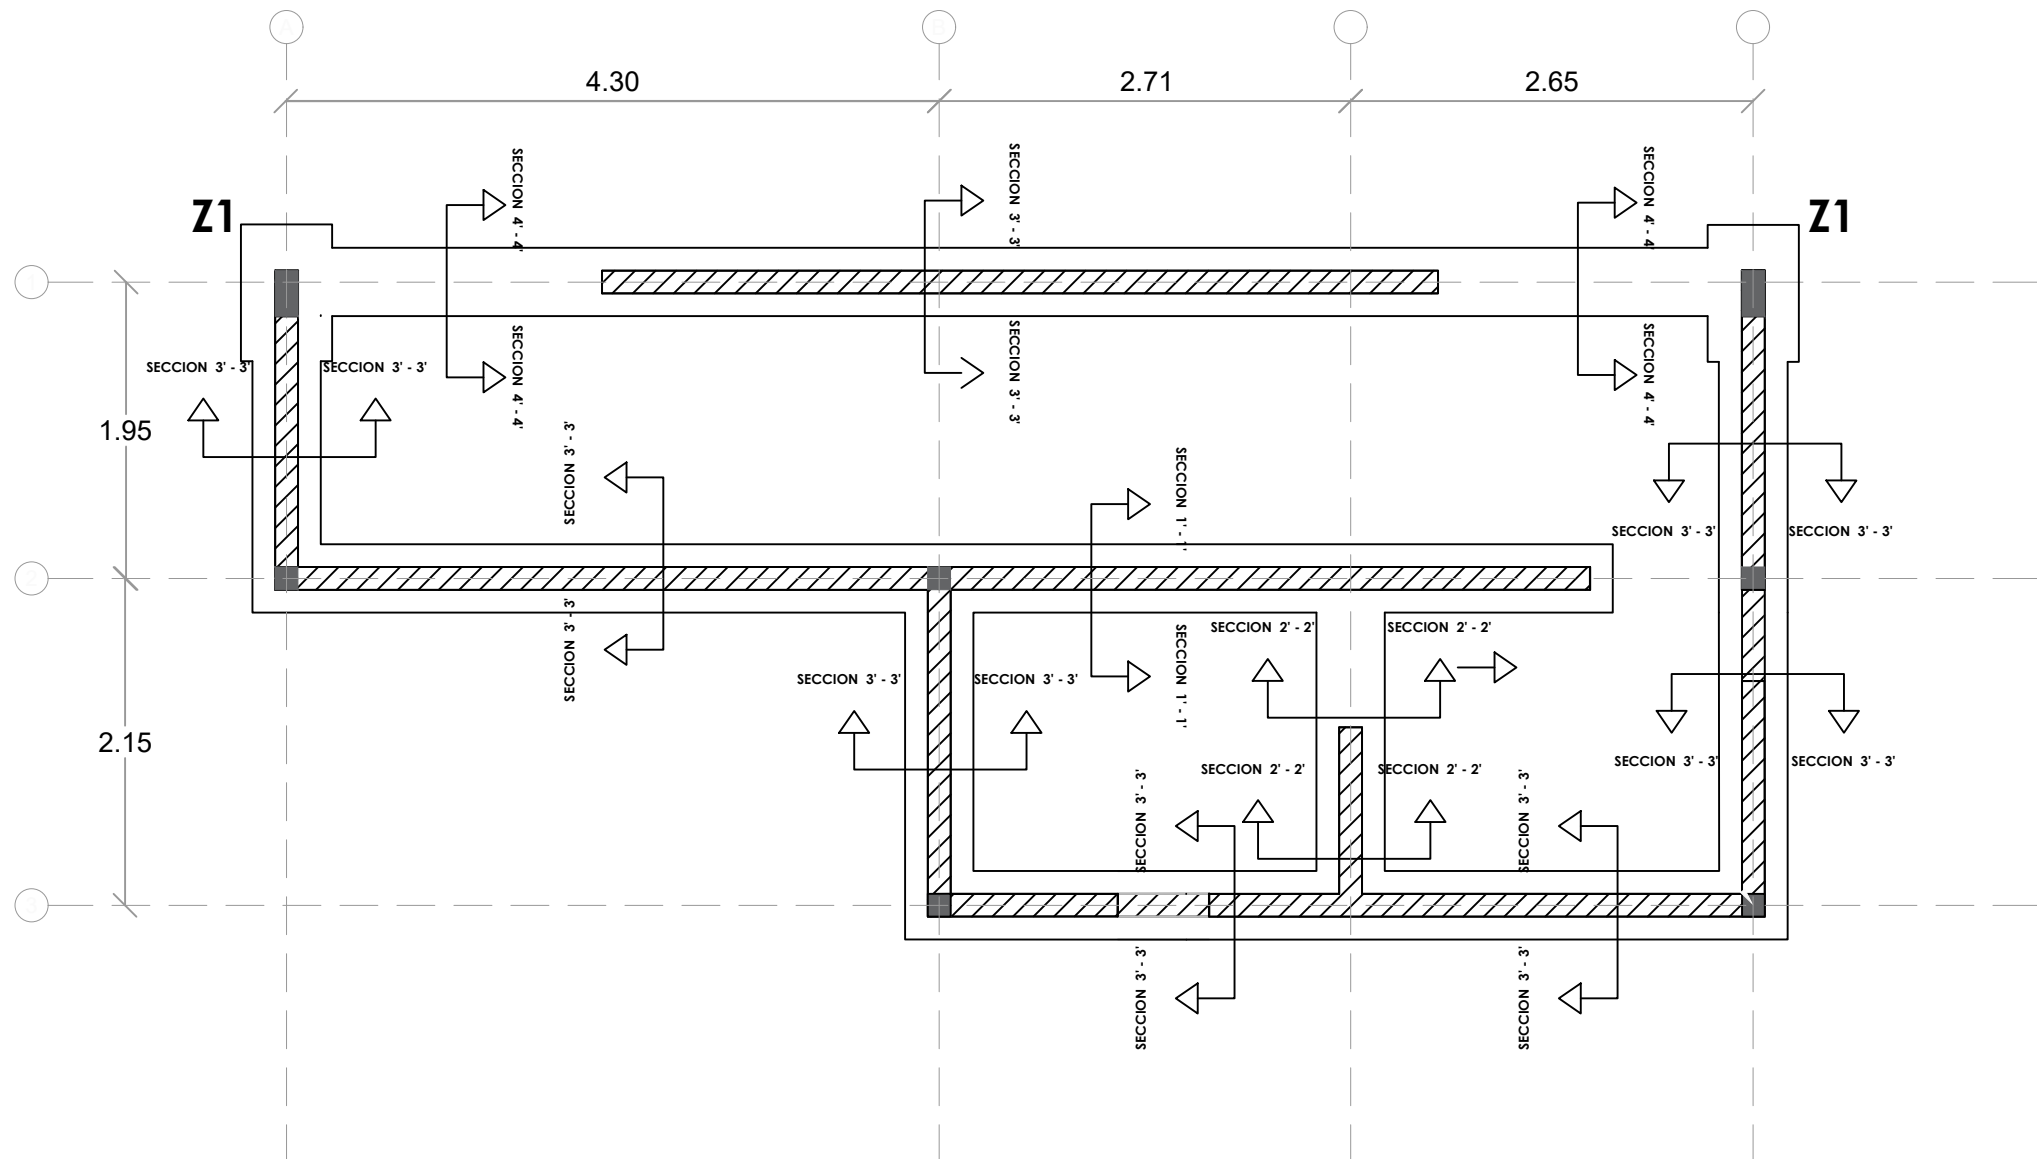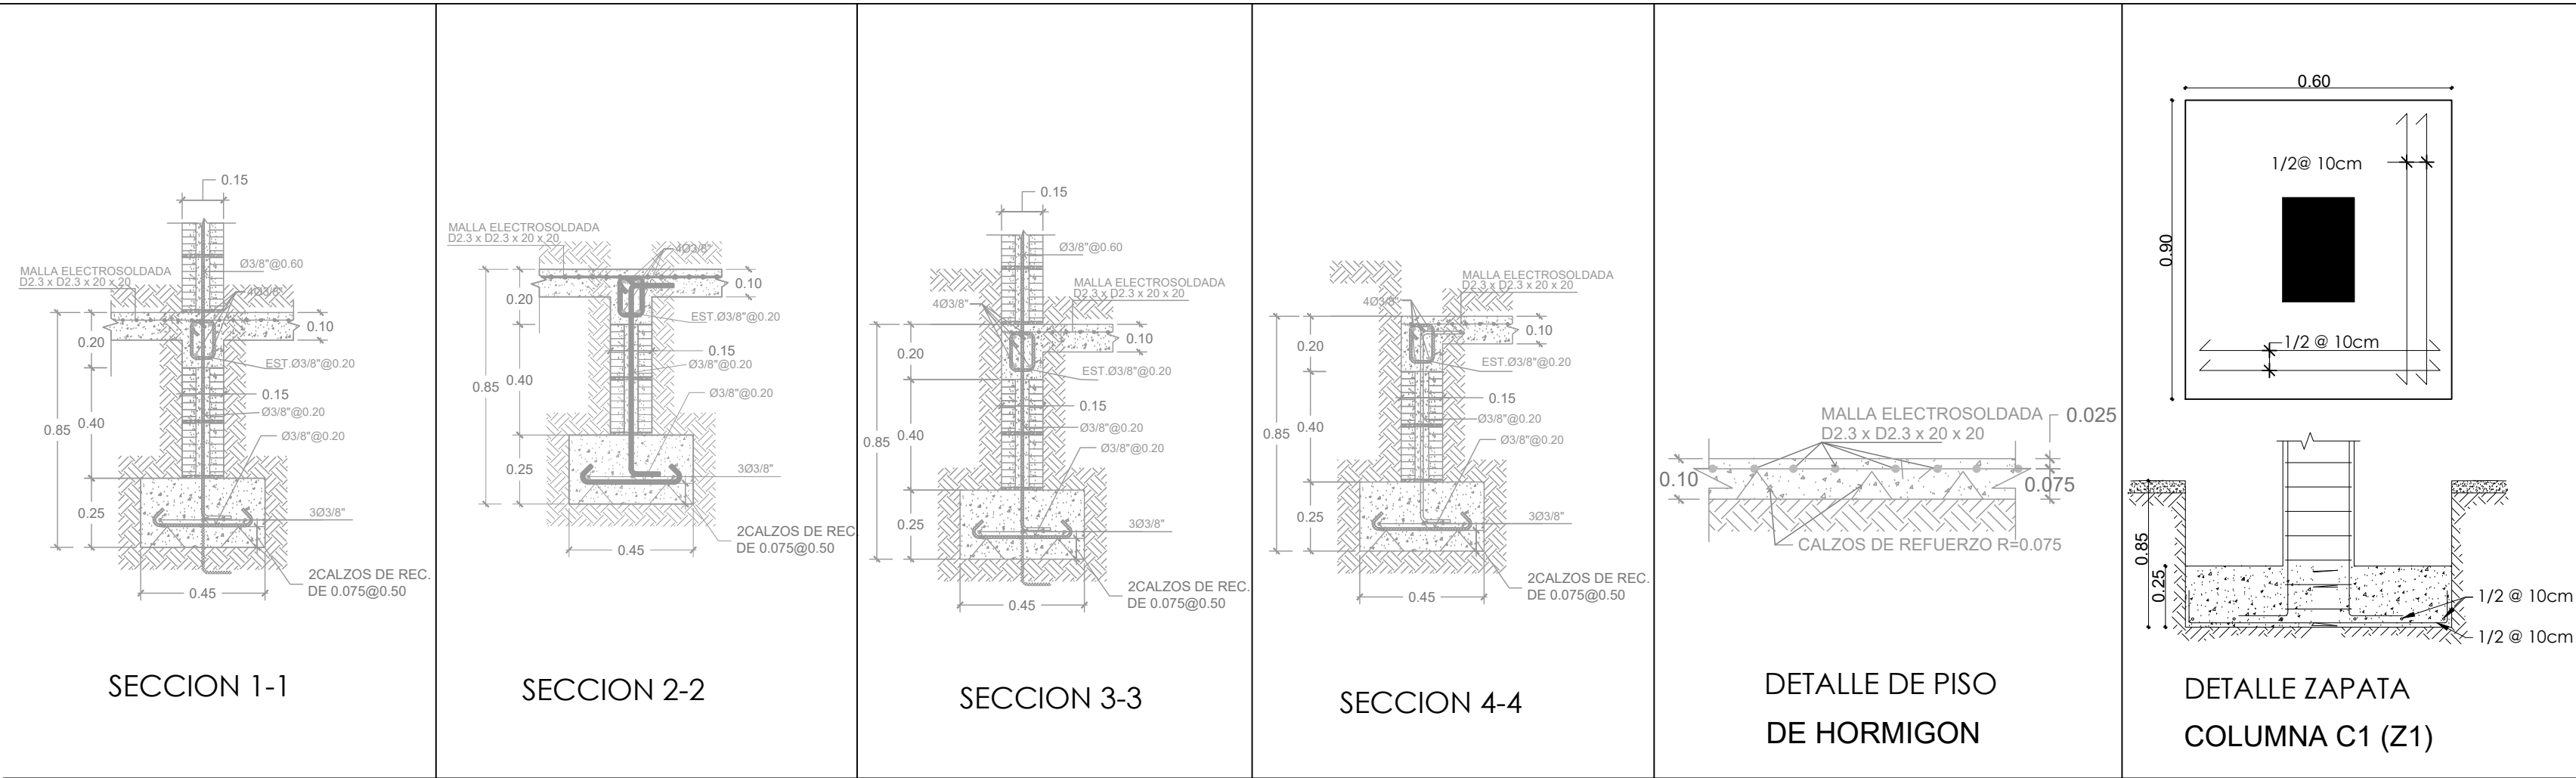

PLANTA ESTRUCTURAL DE CIMIENTOS - DUGOUT

ESC. 1:100

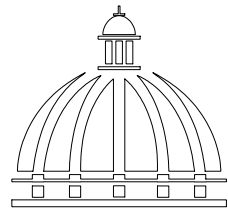

GOBIERNO DE LA
REPÚBLICA DOMINICANA

DIRECCION DE DESARROLLO
PROVINCIAL
DDP

Ave. Dr. Delgado, Esq. Moisés García,
Gazcue, Sto. Dgo., R.D.
TEL.: (809)-364-2189 | FAX.: (809)- 688-1665
E-Mail: info@cpadp.gob.do

PROYECTO:

CONSTRUCCIÓN CAMPO DE BÉISBOL
EL PEÑÓN, MUNICIPIO EL PEÑÓN,
PROVINCIA BARAHONA

EQUIPO DE TRABAJO:

DISEÑO ARQUITECTÓNICO
ARQ.

codia 00000

ENC. INGENIERÍA

ING. FIOR DALIZA BONIFACIO
codia 00000

ESTRUCTURAL

ING. Leopoldo Berroa
codia 00000

ELÉCTRICO

ING. Juan Pérez
codia 00000

HIDRO-SANITARIO

ING. Francis Estévez
codia 00000

SELLO DE APROBACIÓN:

FECHA:

CONTENIDO:

PLANTA ARQUITECTÓNICA


ESCALA:

1:50


SEPTIEMBRE 2026

NO. PÁGINA:


019

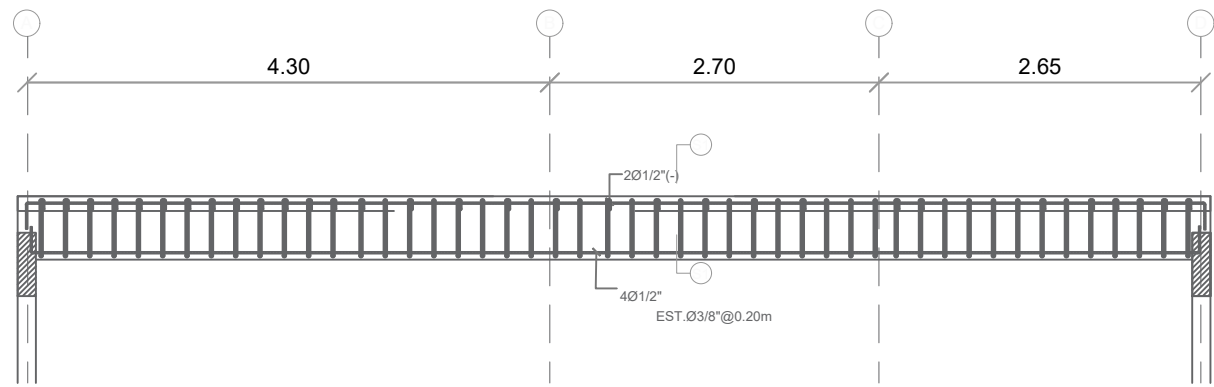


SECCION LONGITUDINAL VIGA 1

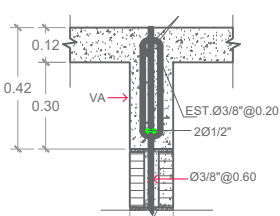


VIGA DE ÁMARRE (VA)

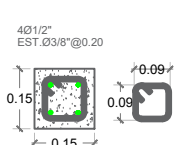


COLUMNA CA

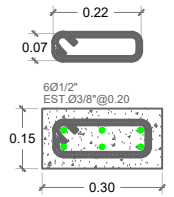


COLUMNA C1

 

SECCION 1-1

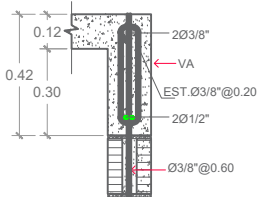


VIGA DE ÁMARRE (VA)

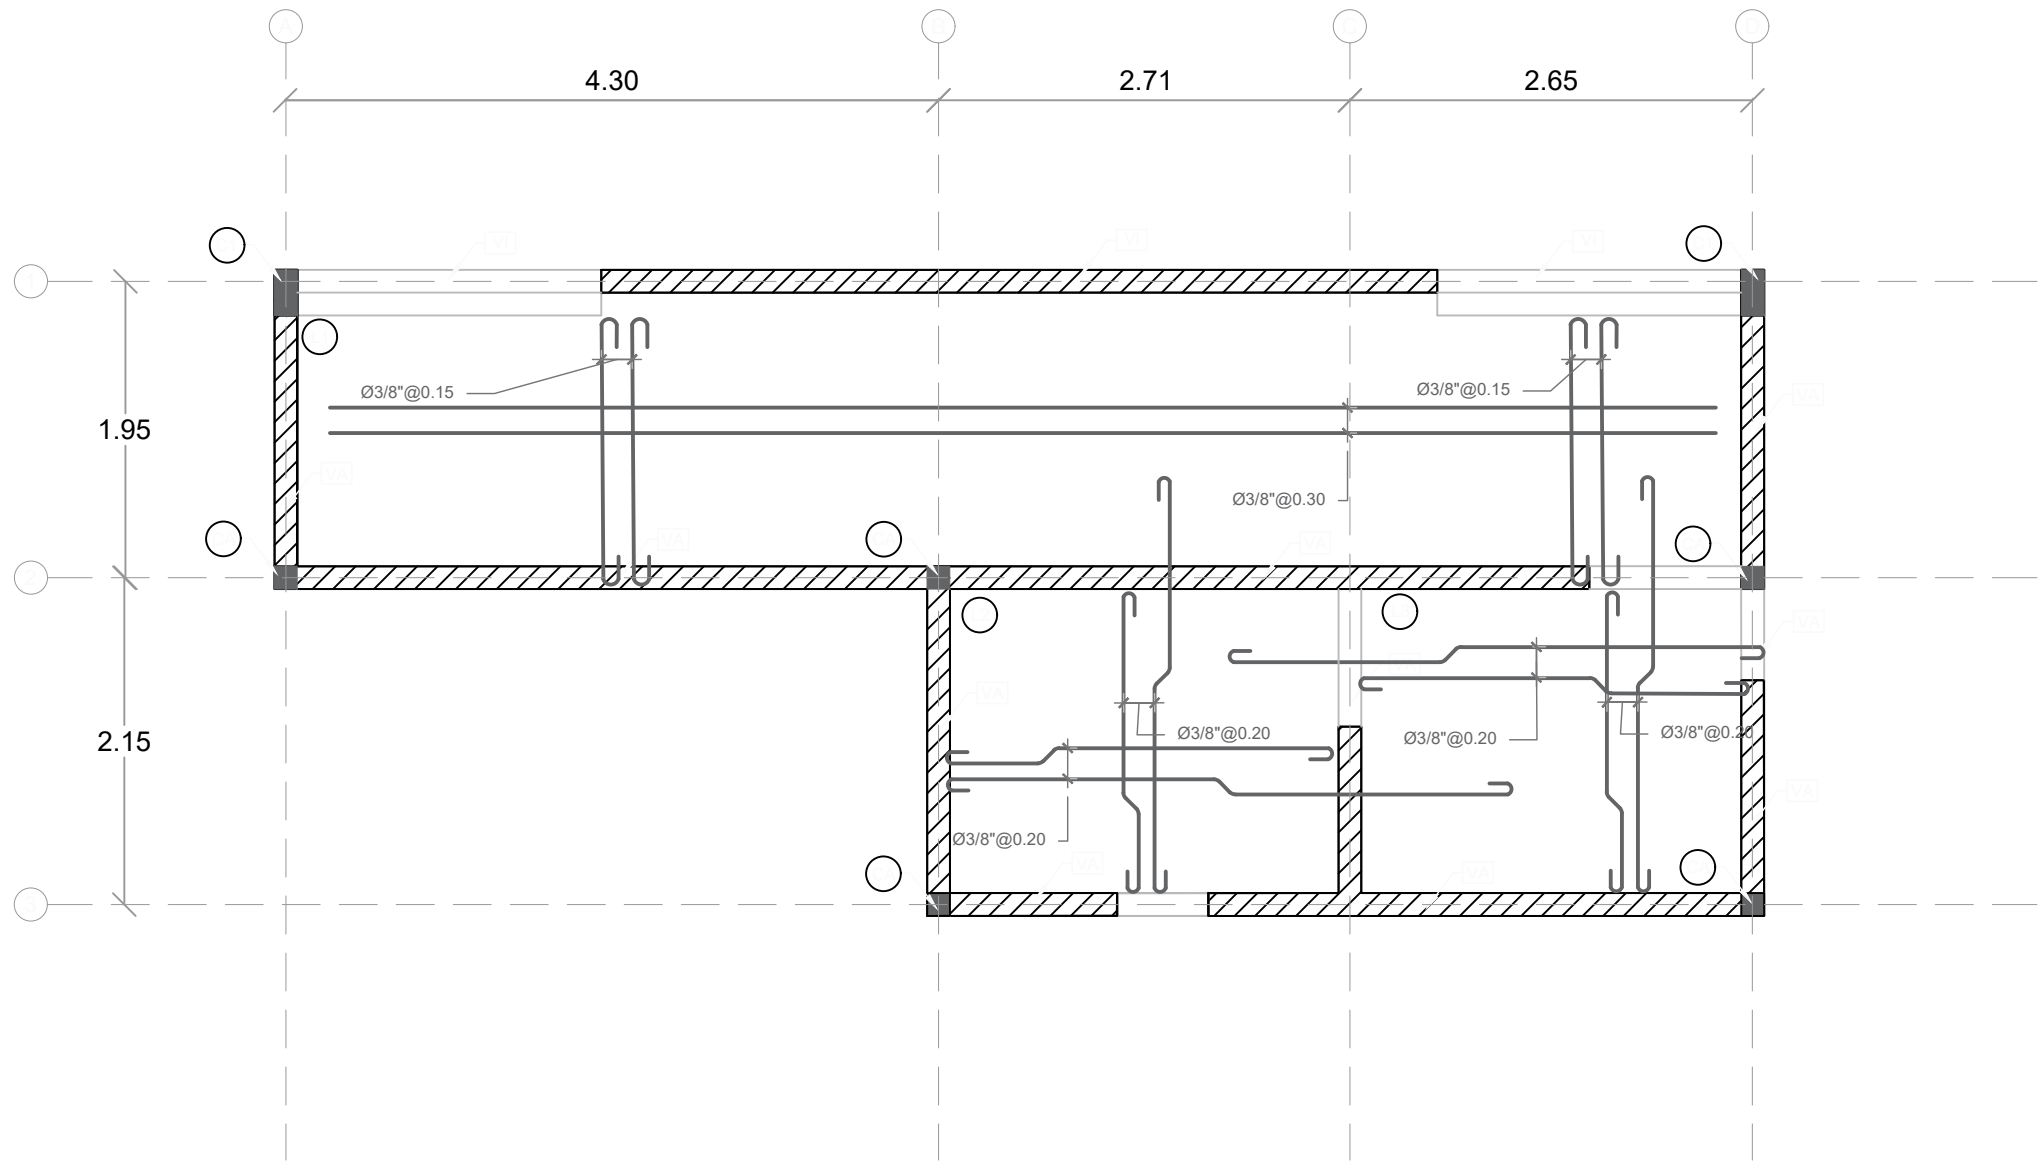

PLANTA ESTRUCTURAL DE TECHO - DUGOUT

ESC.: 1:50

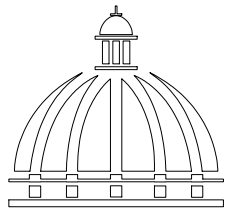

GOBIERNO DE LA
RBPÚBLICA DOMINICANA

DIRECCION DE DESARROLLO
PROVINCIAL
DDP

Ave. Dr. Delgado, Esq. Moisés García,
Gazcue, Sto. Dgo., R.D.
TEL.: (809)-364-2189 | FAX.: (809)- 688-1665
E-Mail: info@cpadp.gob.do

PROYECTO:

CONSTRUCCIÓN CAMPO DE BÉISBOL
EL PEÑÓN, MUNICIPIO EL PEÑÓN,
PROVINCIA BARAHONA

EQUIPO DE TRABAJO:

DISEÑO ARQUITECTÓNICO
ARQ.

codia 00000

ENC. INGENIERÍA

ING. FIOR DALIZA BONIFACIO

codia 00000

ESTRUCTURAL

ING. Leopoldo Berroa

codia 00000

ELÉCTRICO

ING. Juan Pérez

codia 00000

HIDRO-SANITARIO

ING. Francis Estévez

codia 00000

SELLO DE APROBACIÓN:

FECHA:

PLATA ESTRUCTURAL
DE TECHOS

PLANTA ARQUITECTÓNICA


ESCALA:

1:50


SEPTIEMBRE 2026

NO. PÁGINA:


020

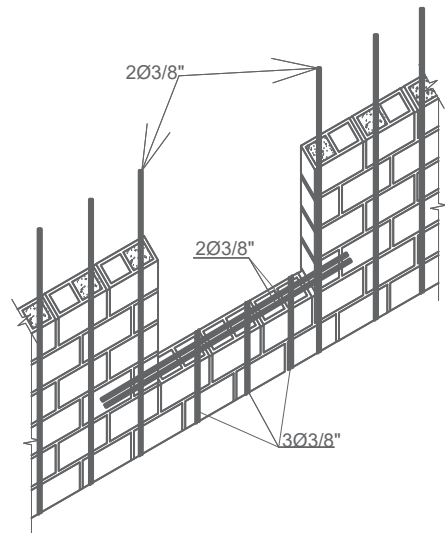


DETALLE REFUERZO ABERTURA VENTANA

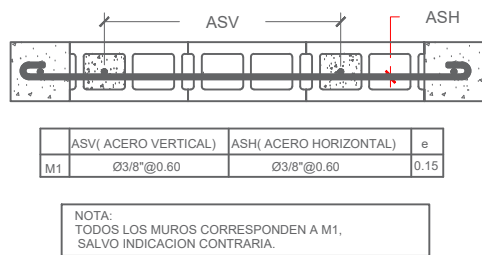

DETALLE REFUERZO MAMPOSTERIA

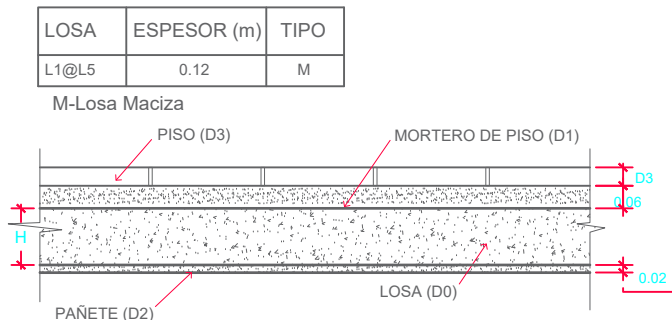

DETALLE DE LOSAS

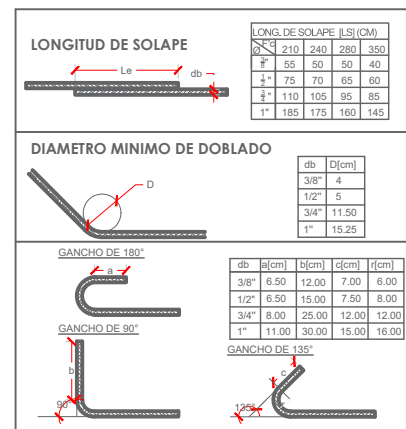

NOTA CARGA DE LOSAS:

1) CARGAS DE SERVICIOS.

1-A) CARGAS MUERTAS.

D0 = PESO PROPIO = 0.12m X 2400 Kg/m3

D0 = 288 Kg/m2

D1 = 0.06 m X 2100 Kg/m3

D1 = 126 Kg/m2

D2 = 0.02 m X 2100 Kg/m3 = 42 Kg/m2

D3 = 20 Kg/m2

1-B) CARGAS VIVAS

L1- HABITACIONES, PASILLO Y ESTAR

L2- BALCONES Y ESCALERAS

L1 = 200 Kg/m2

L2 = 400 Kg/m2

NOTA DE REFUERZOS

1-TODO ACERO LONGITUDINAL CORRESPONDE A Ø3/8". TODO ESPACIAMIENTO COLOCADO EN ACERO LONGITUDINAL CORRESPONDE 0.25, A MENOS QUE SE INDIQUE LO CONTRARIO.

2-TODO ACERO ADICIONAL CORRESPONDE A Ø3/8". TODO ESPACIAMIENTO COLOCADO EN ACERO ADICIONAL CORRESPONDE 0.50, A MENOS QUE SE INDIQUE LO CONTRARIO.

3-EL ACERO DE REFUERZO A SER COLOCADO PRIMERO SERA AQUEL CON MENOR ESPACIAMIENTO.

CALIDAD DE LOS MATERIALES

1- Concreto:

F'c= 210 Kg/cm²

2- Barra de refuerzo corrugado (Varillas)

Fy= 4,200 Kg/cm² (Grado 60)

3- Malla Electrosoldada

Fy= 5,600 Kg/cm² (Grado 80)

4- Bloques de concreto


Fb≥ 60 Kg/cm².

5- Mortero en junta

F'j≥ 80 Kg/cm²

6- Hormigón en cámara

F'cm≥ 120 Kg/cm².

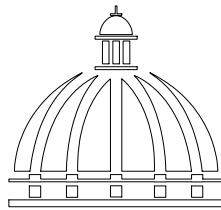

GOBIERNO DE LA
REPÚBLICA DOMINICANA

DIRECCION DE DESARROLLO
PROVINCIAL
DDP

Ave. Dr. Delgado, Esq. Moisés García,
Gazcue, Sto. Dgo., R.D.
TEL.: (809)-364-2189 | FAX.: (809)- 688-1665
E-Mail: info@cpadp.gob.do

PROYECTO:

CONSTRUCCIÓN CAMPO DE BÉISBOL
EL PEÑÓN, MUNICIPIO EL PEÑÓN,
PROVINCIA BARAHONA

EQUIPO DE TRABAJO:

DISEÑO ARQUITECTÓNICO
ARQ.

codia 00000

ENC. INGENIERÍA
ING. FIOR DALIZA BONIFACIO
codia 00000

ESTRUCTURAL
ING. Leopoldo Berroa
codia 00000

ELÉCTRICO
ING. Juan Pérez
codia 00000

HIDRO-SANITARIO
ING. Francis Estévez
codia 00000

SELLO DE APROBACIÓN:

FECHA:

CONTENIDO: **DETALLES
ESTRUCTURALES**
PLANTA ARQUITECTÓNICA



ESCALA:

1:50



SEPTIEMBRE 2026

NO. PÁGINA:

021

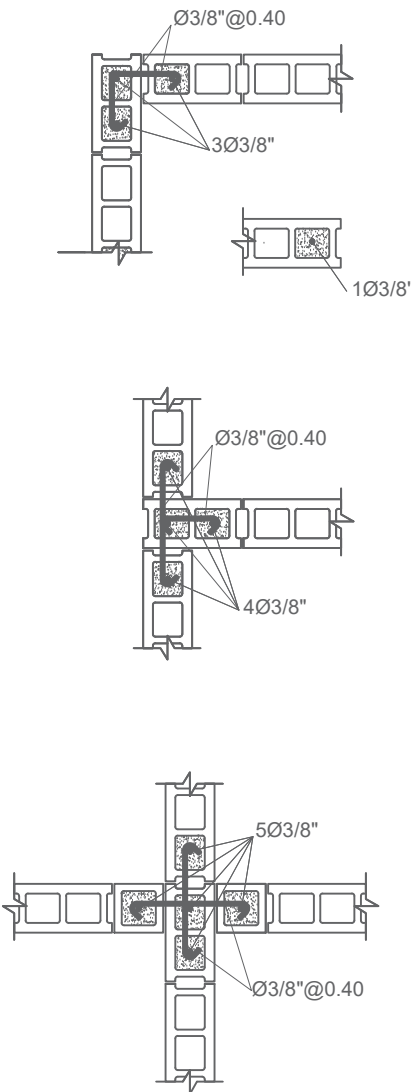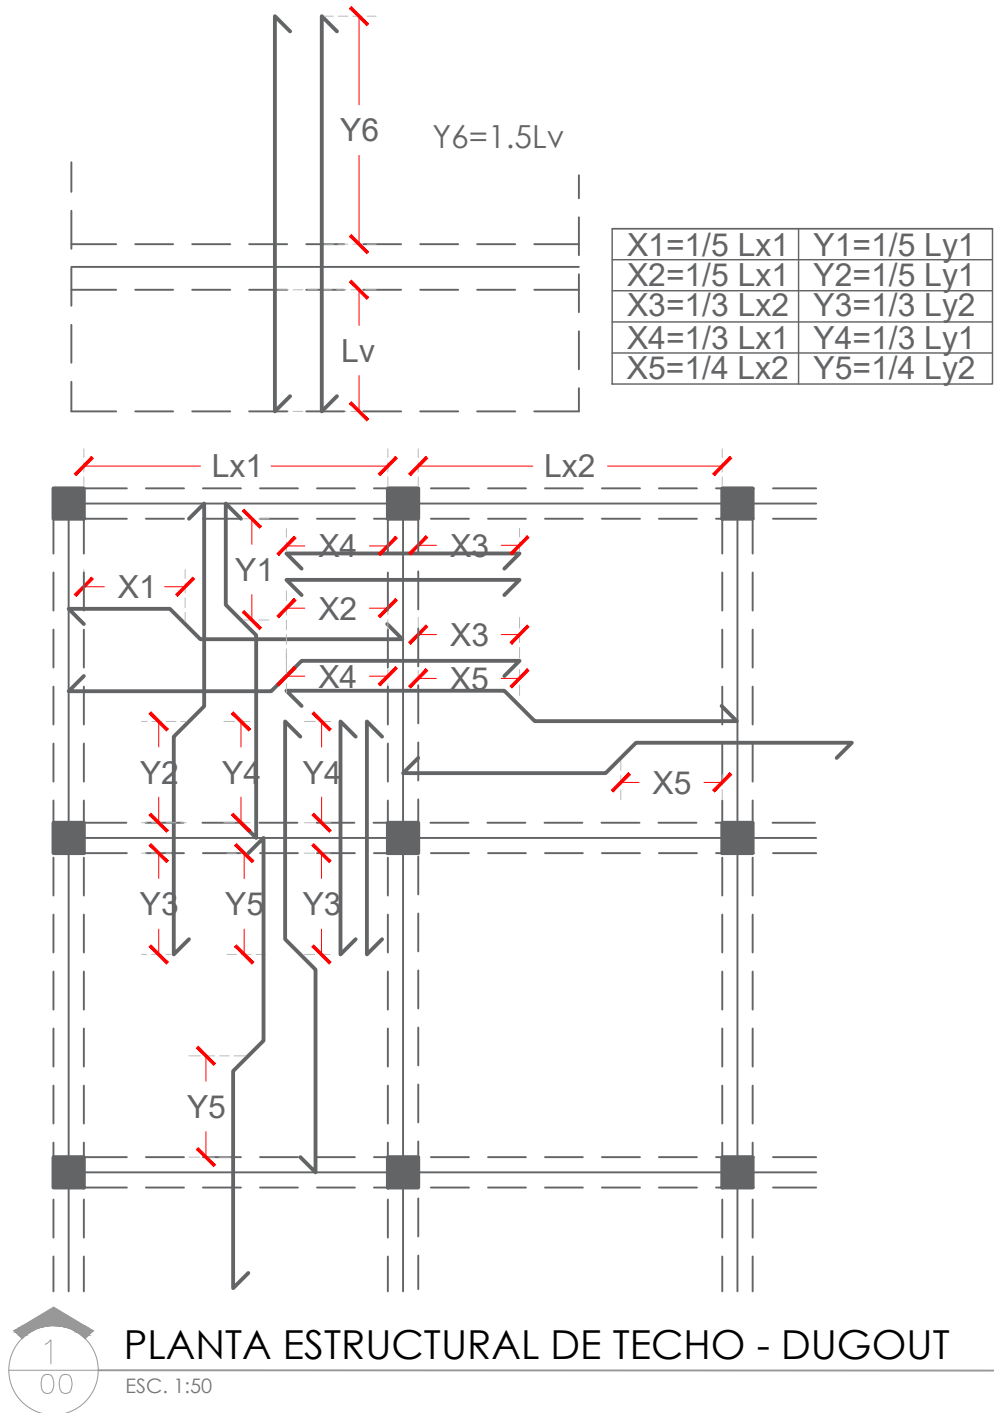

DETALLE INTERSECCIONES DE MURO

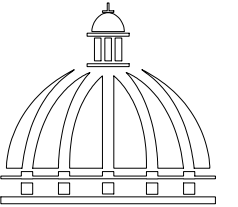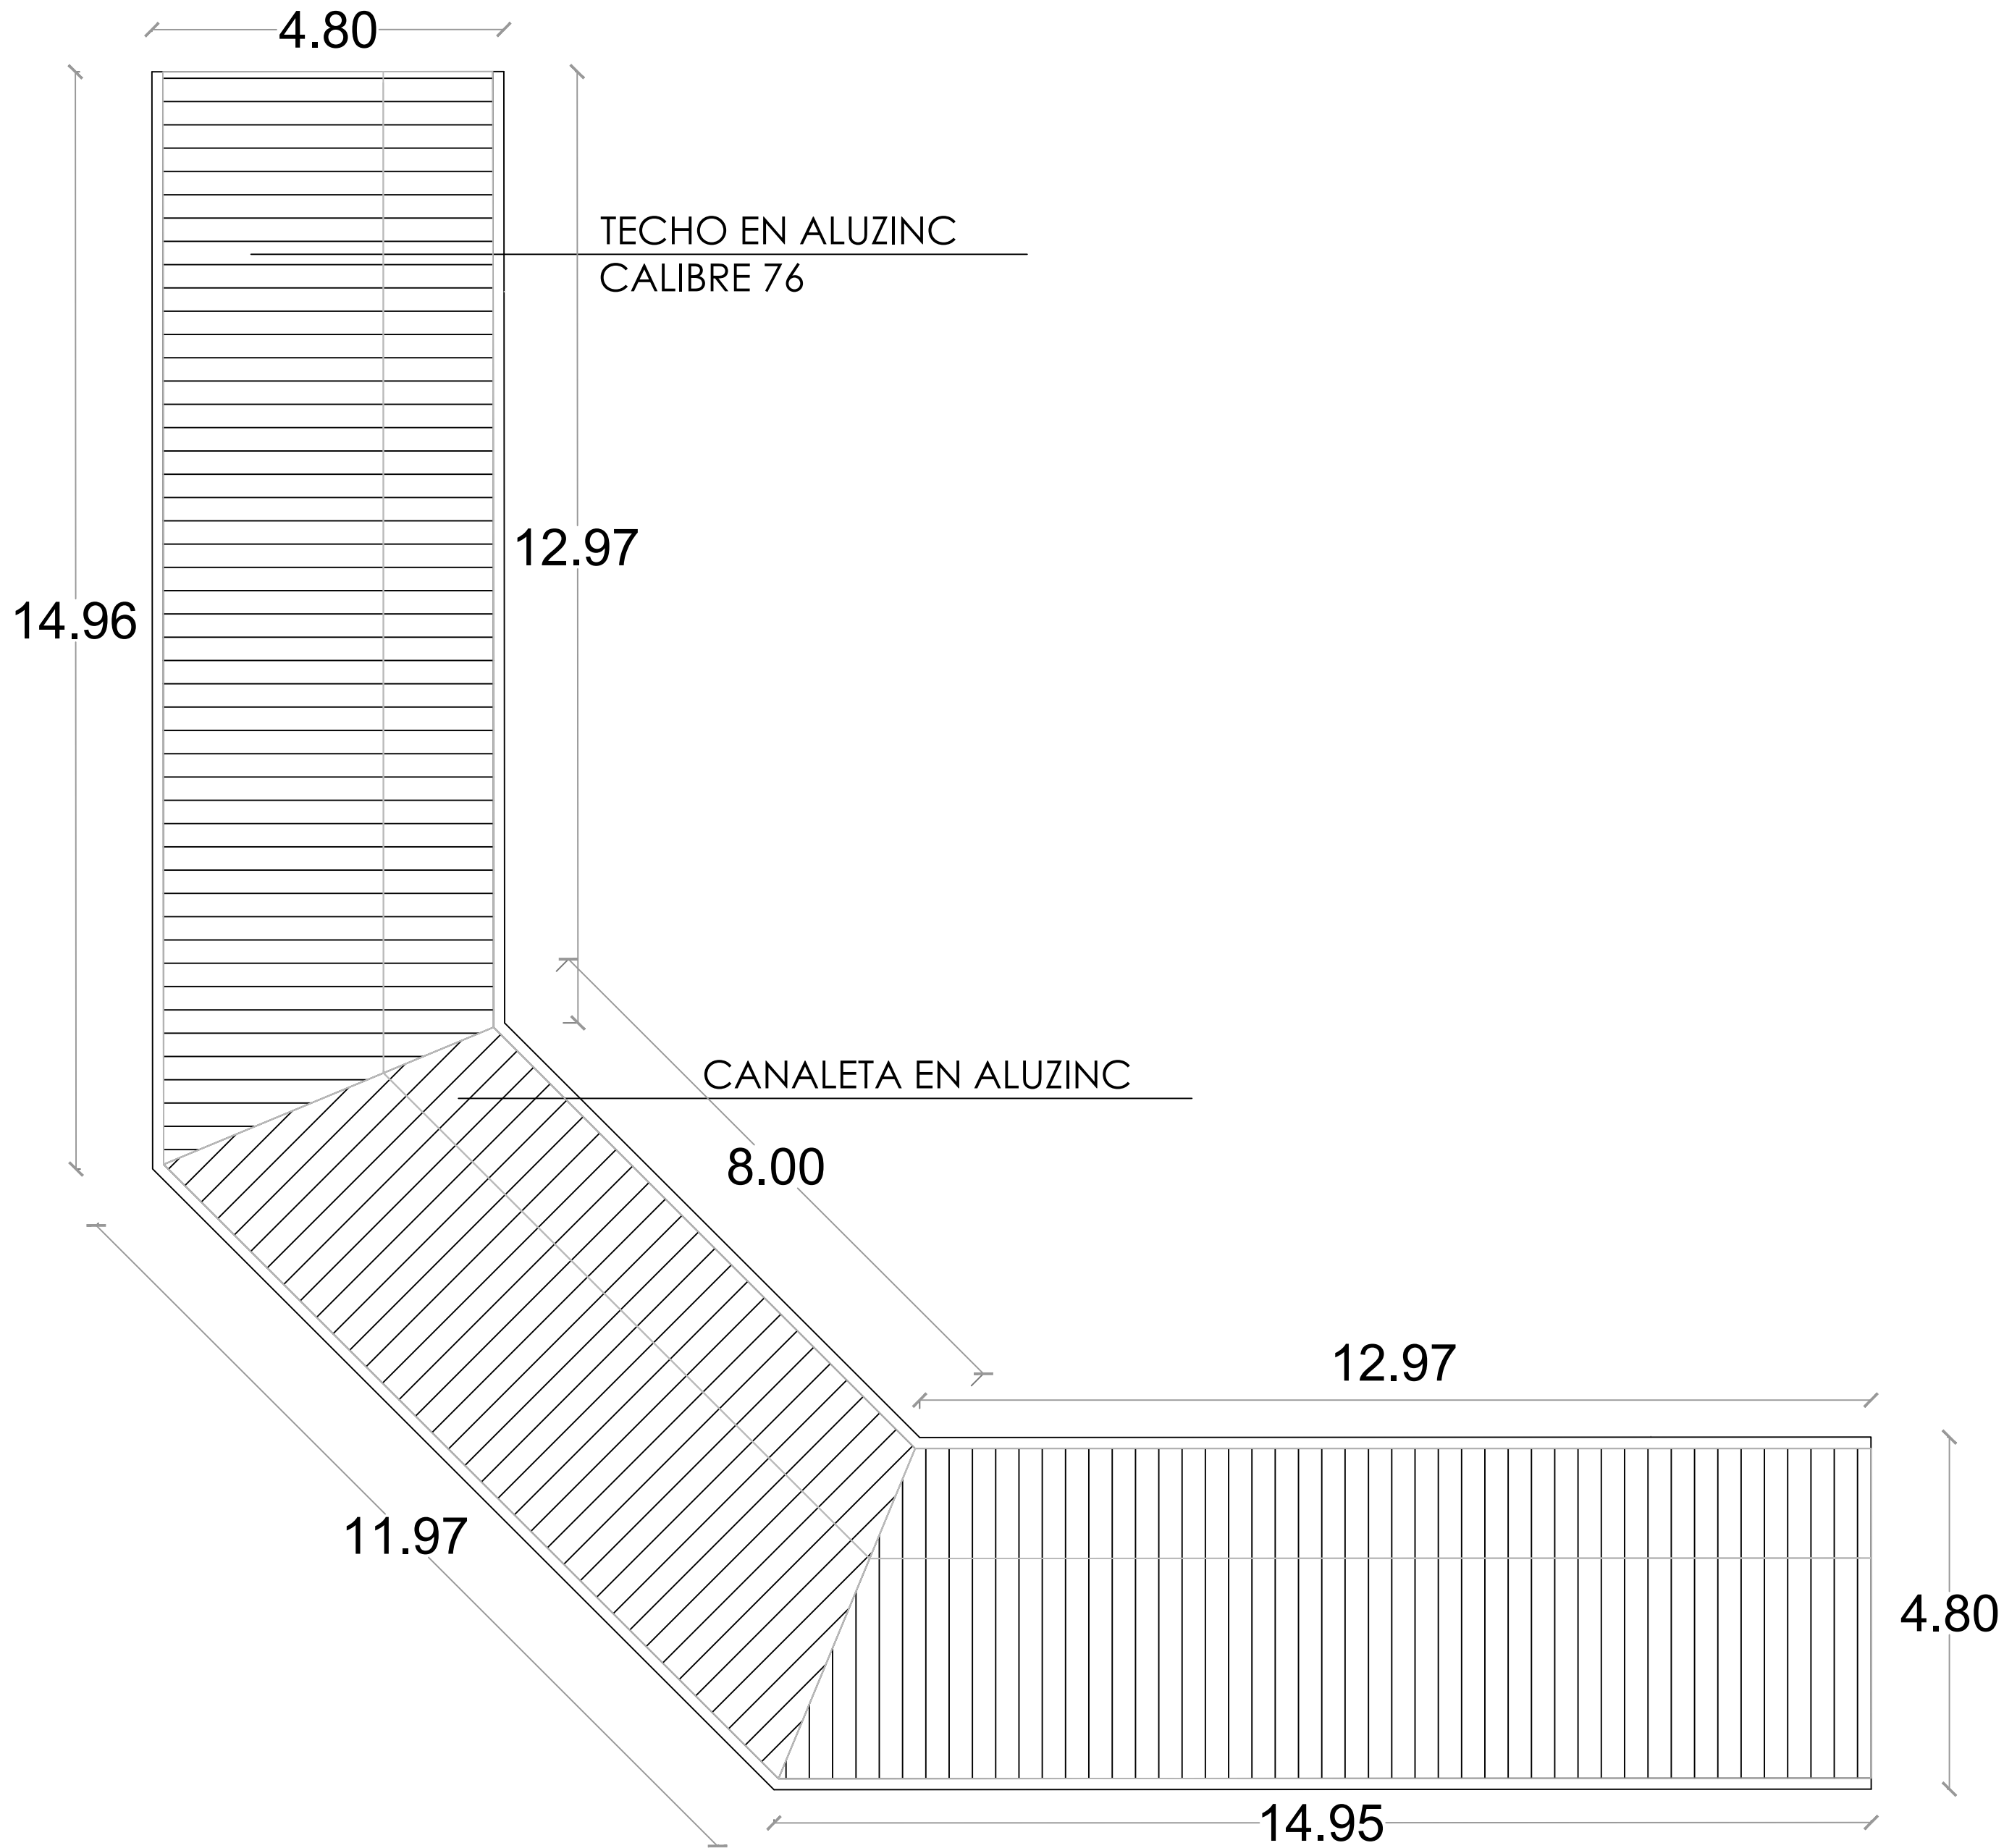

GOBIERNO DE LA
REPÚBLICA DOMINICANA

DIRECCION DE DESARROLLO
PROVINCIAL
DDP

Ave. Dr. Delgado, Esq. Moisés García,
Gazcue, Sto. Dgo., R.D.
TEL.: (809)-364-2189 | FAX.: (809)- 688-1665
E-Mail: info@cpadp.gob.do

PROYECTO:

CONSTRUCCIÓN CAMPO DE BÉISBOL
EL PEÑÓN, MUNICIPIO EL PEÑÓN,
PROVINCIA BARAHONA

EQUIPO DE TRABAJO:

DISEÑO ARQUITECTÓNICO
ARQ.

codia 00000

ENC. INGENIERÍA

ING. FIOR DALIZA BONIFACIO

codia 00000

ESTRUCTURAL

ING. Leopoldo Berroa

codia 00000

ELÉCTRICO

ING. Juan Pérez

codia 00000

HIDRO-SANITARIO

ING. Francis Estévez

codia 00000

SELLO DE APROBACIÓN:

FECHA:

CONTENIDO:

PLANTA DE TECHOS - GRADAS

ESCALA:

1:75

SEPTIEMBRE 2026

NO. PÁGINA:

022



**DIRECCION DE DESARROLLO
PROVINCIAL
DDP**

Ave. Dr. Delgado, Esq. Moises García,
Gazcue, Sto. Dgo., R.D.
TEL.: (809)-364-2189 | FAX.: (809)- 688-1665
E-Mail: info@cpadp.gob.do

PROYECTO:

**CONSTRUCCIÓN CAMPO DE BÉISBOL
EL PEÑÓN, MUNICIPIO EL PEÑÓN,
PROVINCIA BARAHONA**

EQUIPO DE TRABAJO:

DISEÑO ARQUITECTÓNICO
ARQ.

codia 00000

ENC. INGENIERÍA

ING. FIOR DALIZA BONIFACIO
codia 00000 _____

codia 00000

ESTRUCTURAL

ING. Leopoldo Berroa
codia 00000

codia 00000

ELÉCTRICO

ING. Juan Pérez
codia 00000

codia 0000C

HIDRO-SANITARIO

ING. Francis Estévez
codia 00000

codia 00000

SELO DE APROBACIÓN:

FECHA:

CONTENIDO:

PLANTA DE LOSAS - GRADAS


ESCALA:



1:75

SEPTIEMBRE 2026

NO. PÁGINA:

023

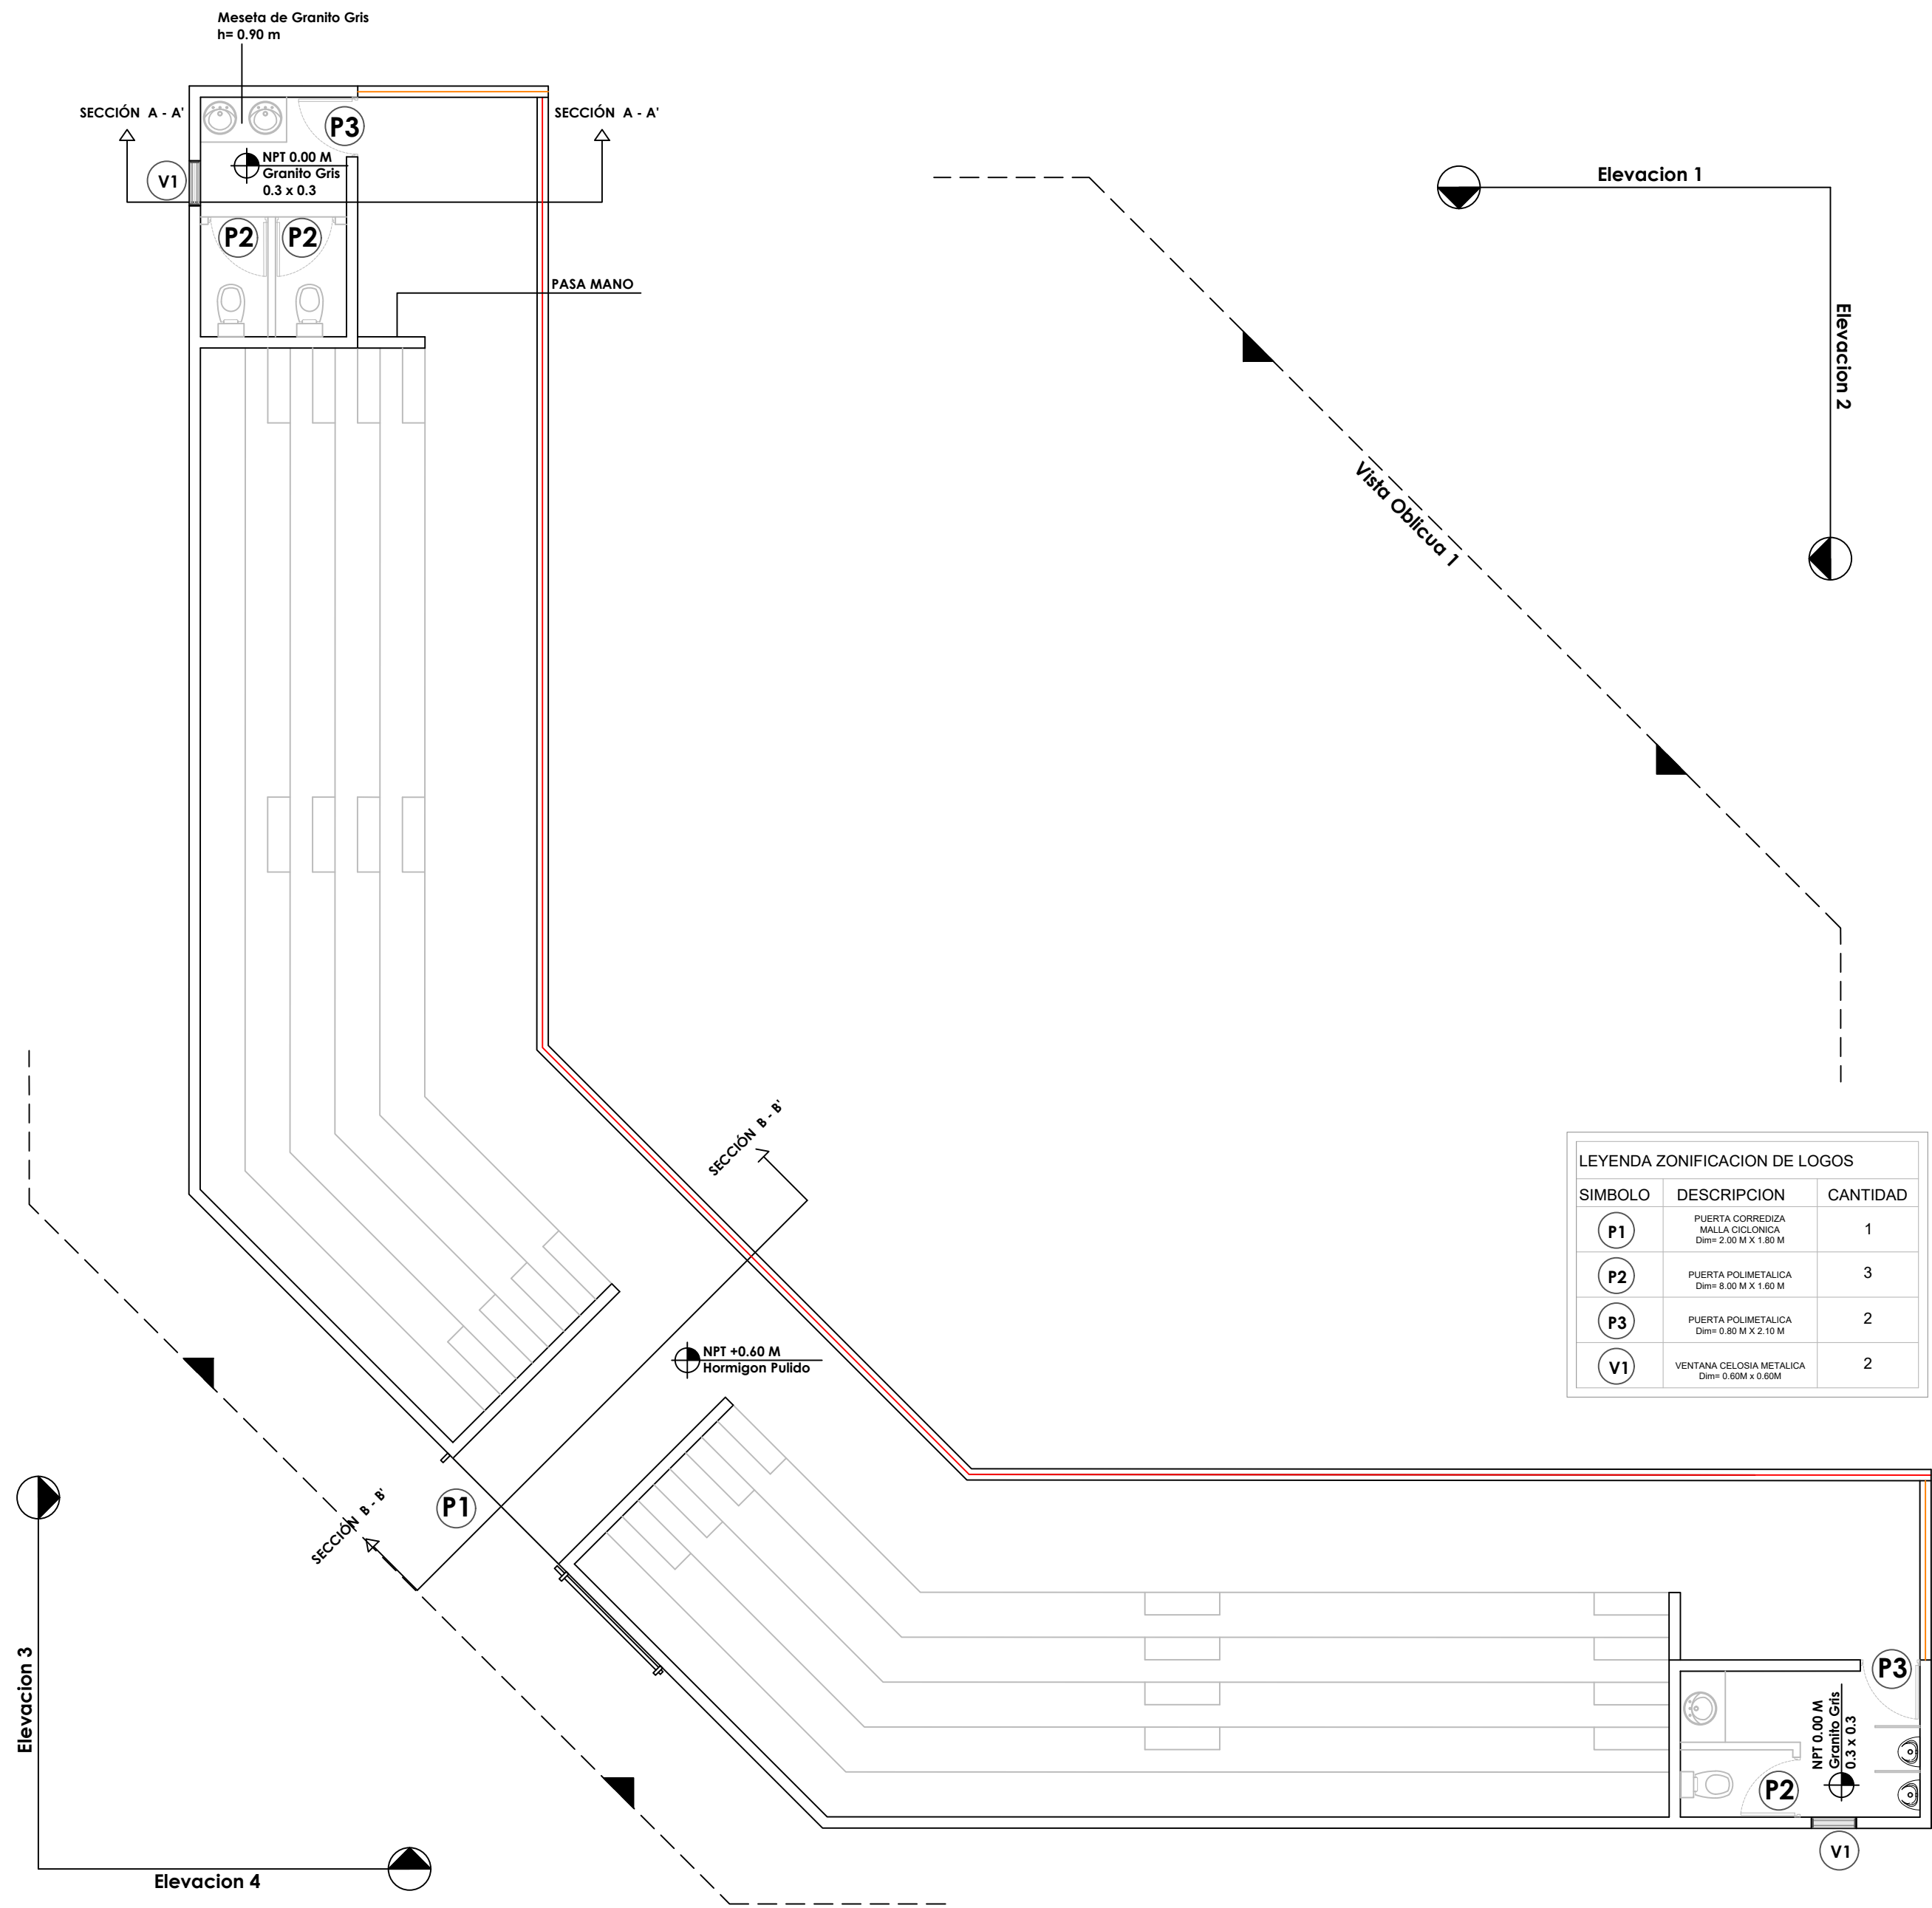

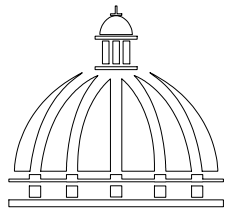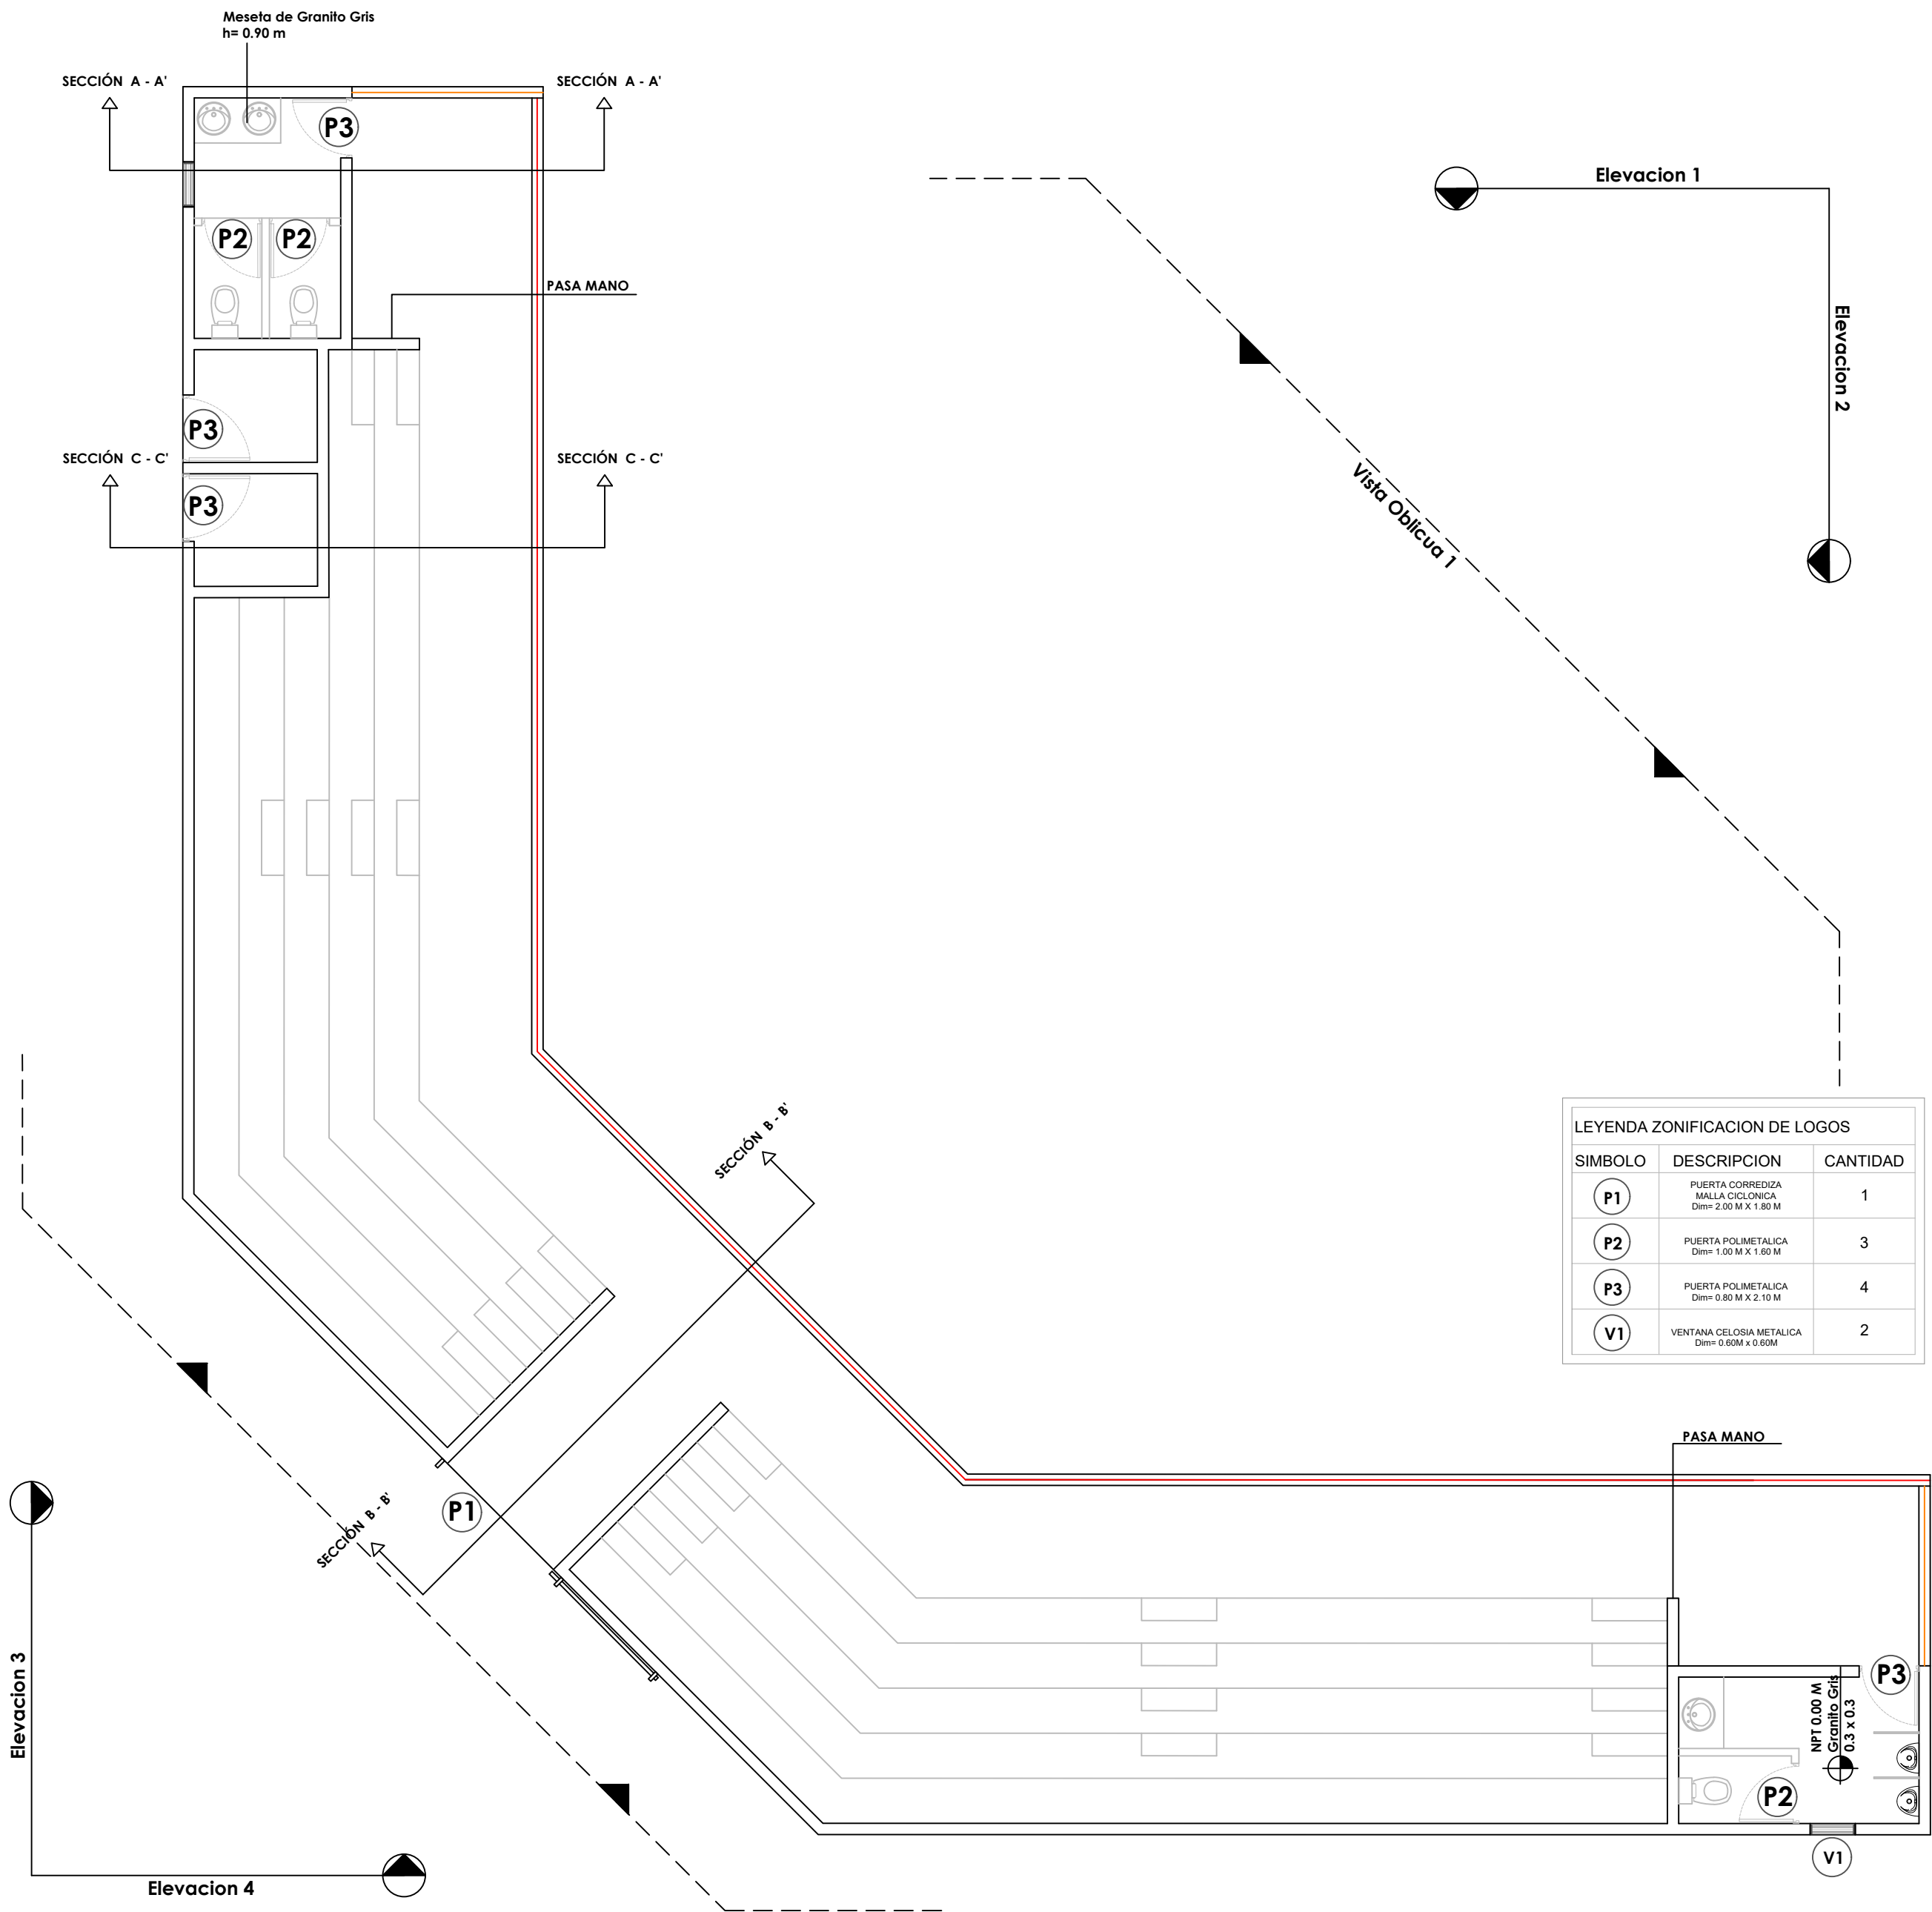

GOBIERNO DE LA
REPÚBLICA DOMINICANA

DIRECCION DE DESARROLLO
PROVINCIAL
DDP

Ave. Dr. Delgado, Esq. Moisés García,
Gazcue, Sto. Dgo., R.D.
TEL.: (809)-364-2189 | FAX.: (809)- 688-1665
E-Mail: info@cpadp.gob.do

PROYECTO:

CONSTRUCCIÓN CAMPO DE BÉISBOL
EL PEÑÓN, MUNICIPIO EL PEÑÓN,
PROVINCIA BARAHONA

EQUIPO DE TRABAJO:

DISEÑO ARQUITECTÓNICO
ARQ.

codia 00000

ENC. INGENIERÍA

ING. FIOR DALIZA BONIFACIO

codia 00000

ESTRUCTURAL

ING. Leopoldo Berroa

codia 00000

ELÉCTRICO

ING. Juan Pérez

codia 00000

HIDRO-SANITARIO

ING. Francis Estévez

codia 00000

SELLO DE APROBACIÓN:

FECHA:

CONTENIDO:

PLANTA DE LOSAS - GRADAS

ESCALA:

1:75

SEPTIEMBRE 2026



NO. PÁGINA:

024



PLANTA ARQUITECTÓNICA DE LOSAS - GRADAS

ESC. 1:75

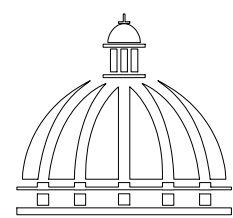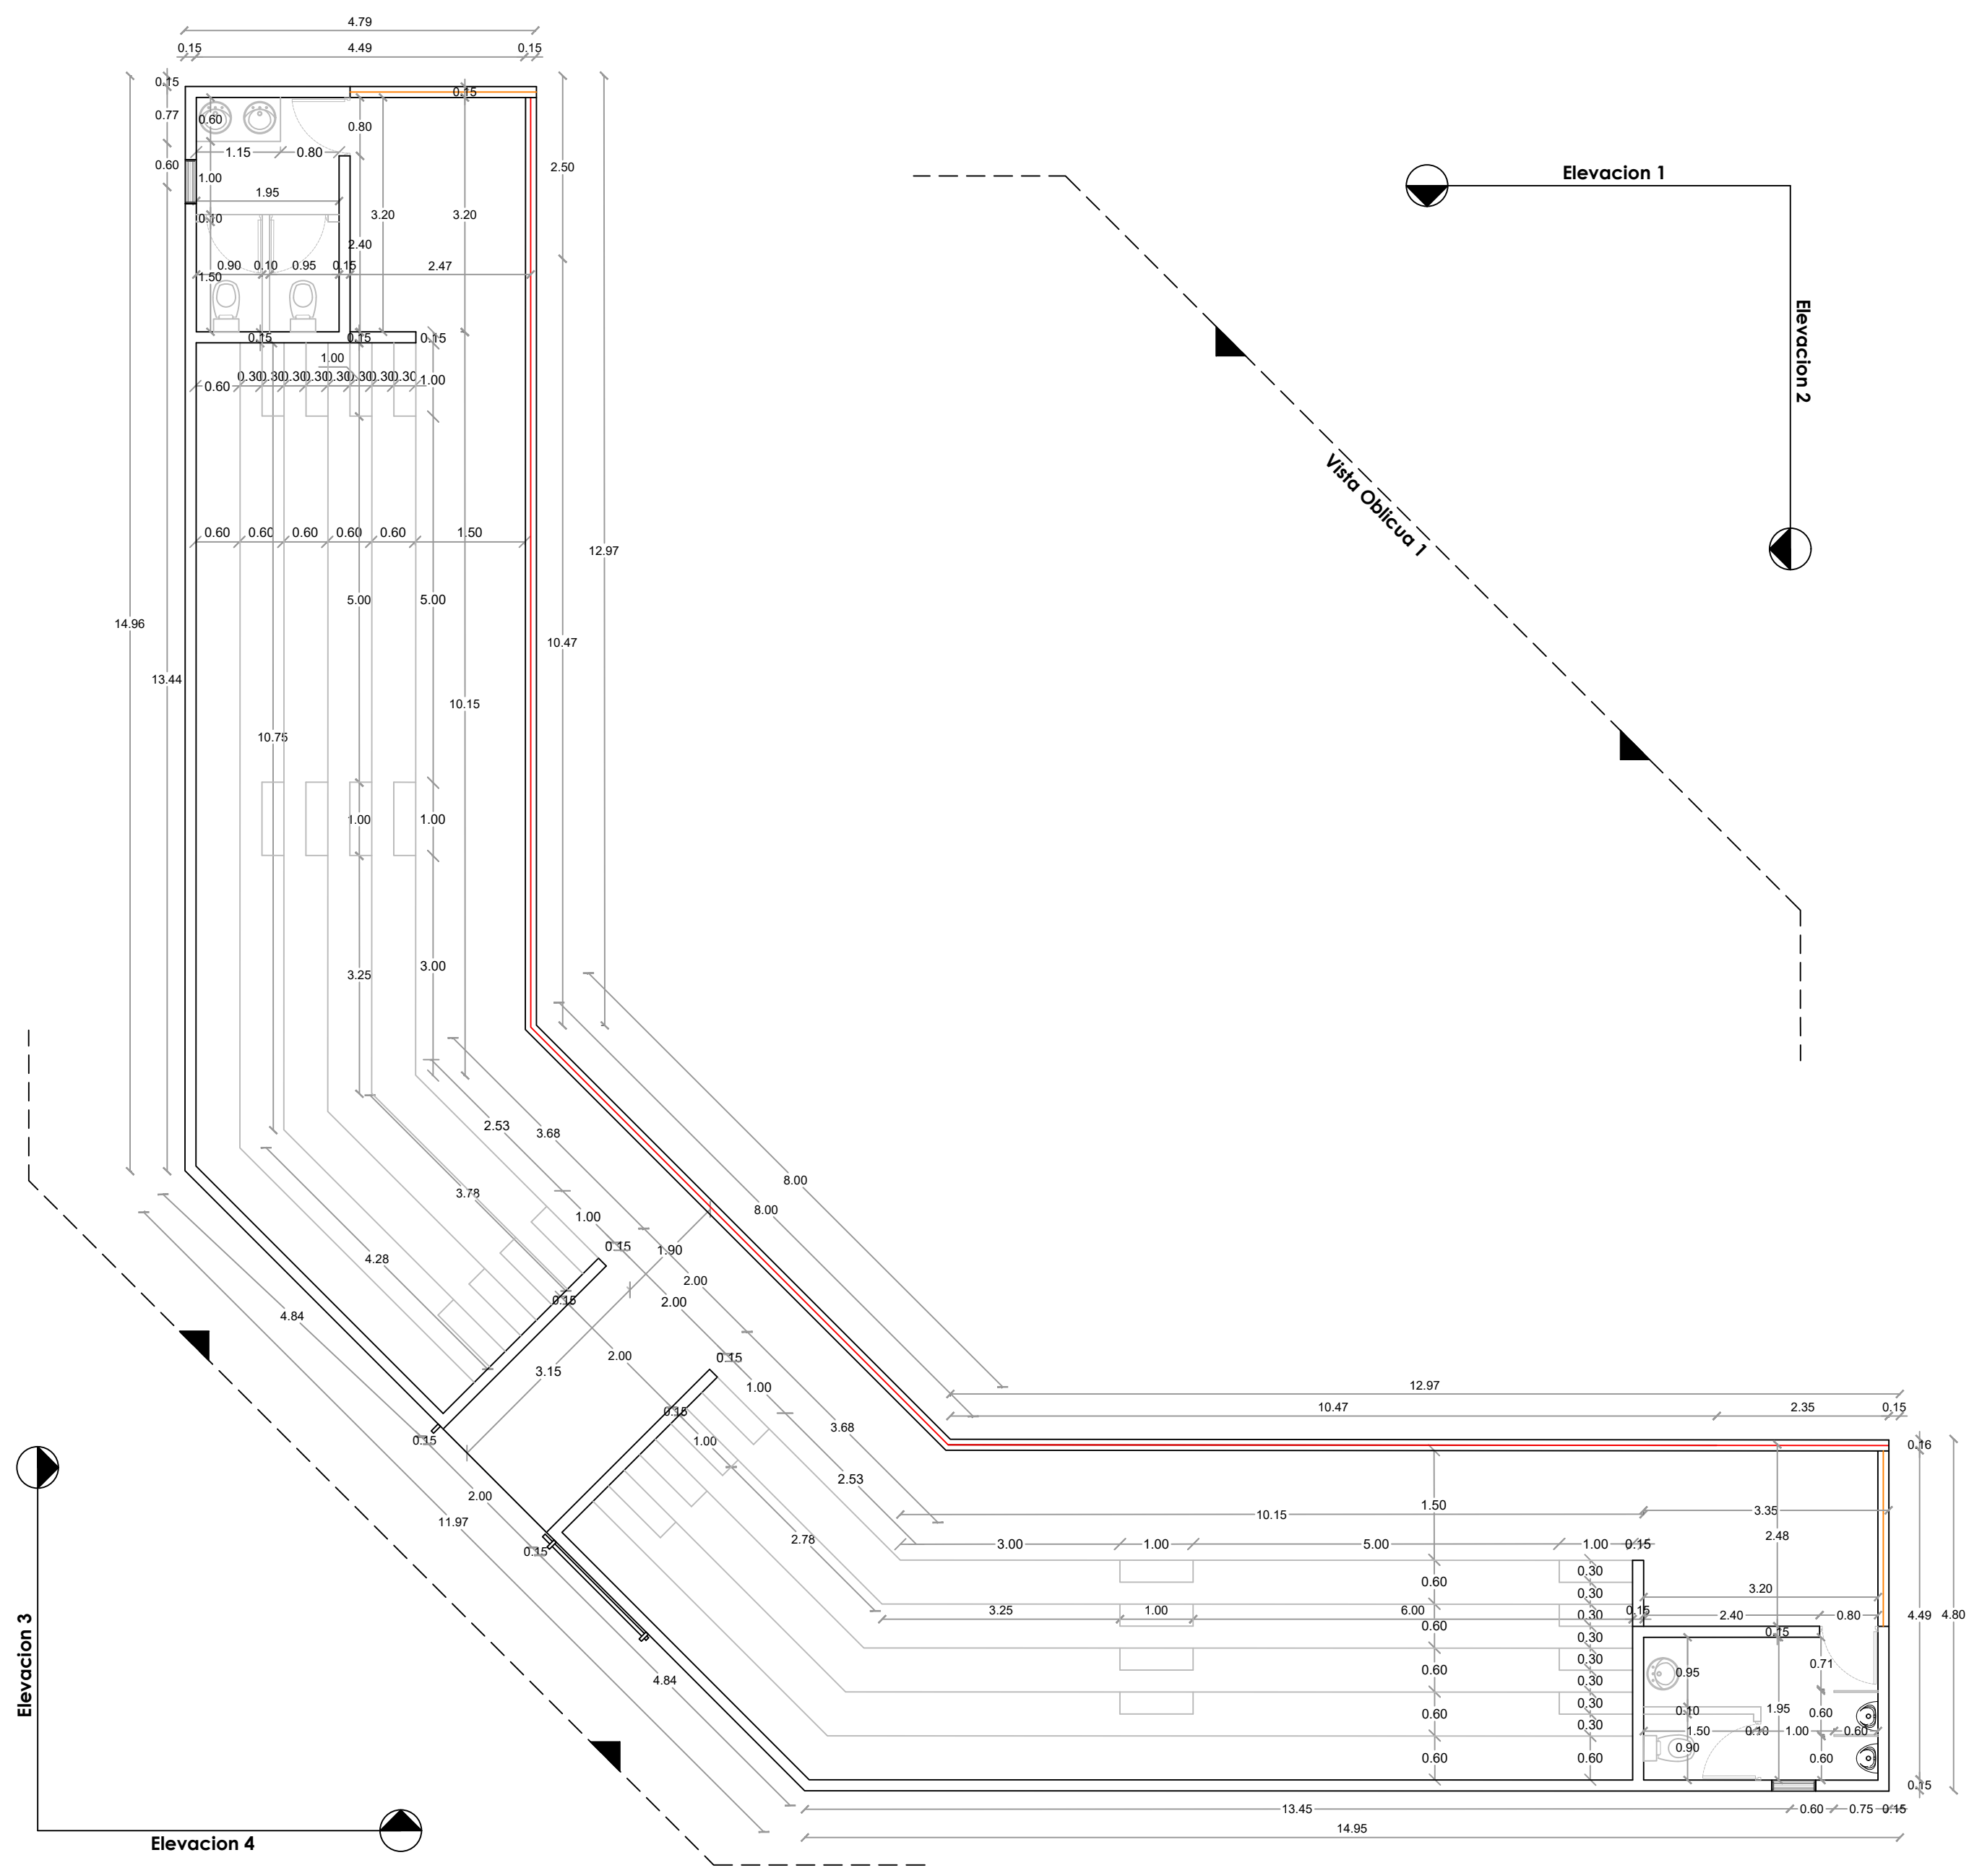

GOBIERNO DE LA
REPÚBLICA DOMINICANA

DIRECCION DE DESARROLLO
PROVINCIAL
DDP

Ave. Dr. Delgado, Esq. Moises García,
Gazcue, Sto. Dgo., R.D.
TEL.: (809)-364-2189 | FAX.: (809)- 688-1665
E-Mail: info@cpadp.gob.do

PROYECTO:

CONSTRUCCIÓN CAMPO DE BÉISBOL
EL PEÑÓN, MUNICIPIO EL PEÑÓN,
PROVINCIA BARAHONA

EQUIPO DE TRABAJO:

DISEÑO ARQUITECTÓNICO
ARQ.

codia 00000

ENC. INGENIERÍA

ING. FIOR DALIZA BONIFACIO

codia 00000

ESTRUCTURAL

ING. Leopoldo Berroa

codia 00000

ELÉCTRICO

ING. Juan Pérez

codia 00000

HIDRO-SANITARIO

ING. Francis Estévez

codia 00000

SELLO DE APROBACIÓN:

FECHA:

CONTENIDO:

PLANTA DIMENSIONADA



ESCALA:

1:75

SEPTIEMBRE 2026

NO. PÁGINA:

025

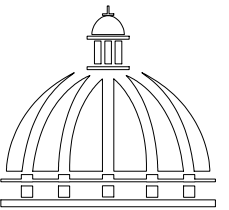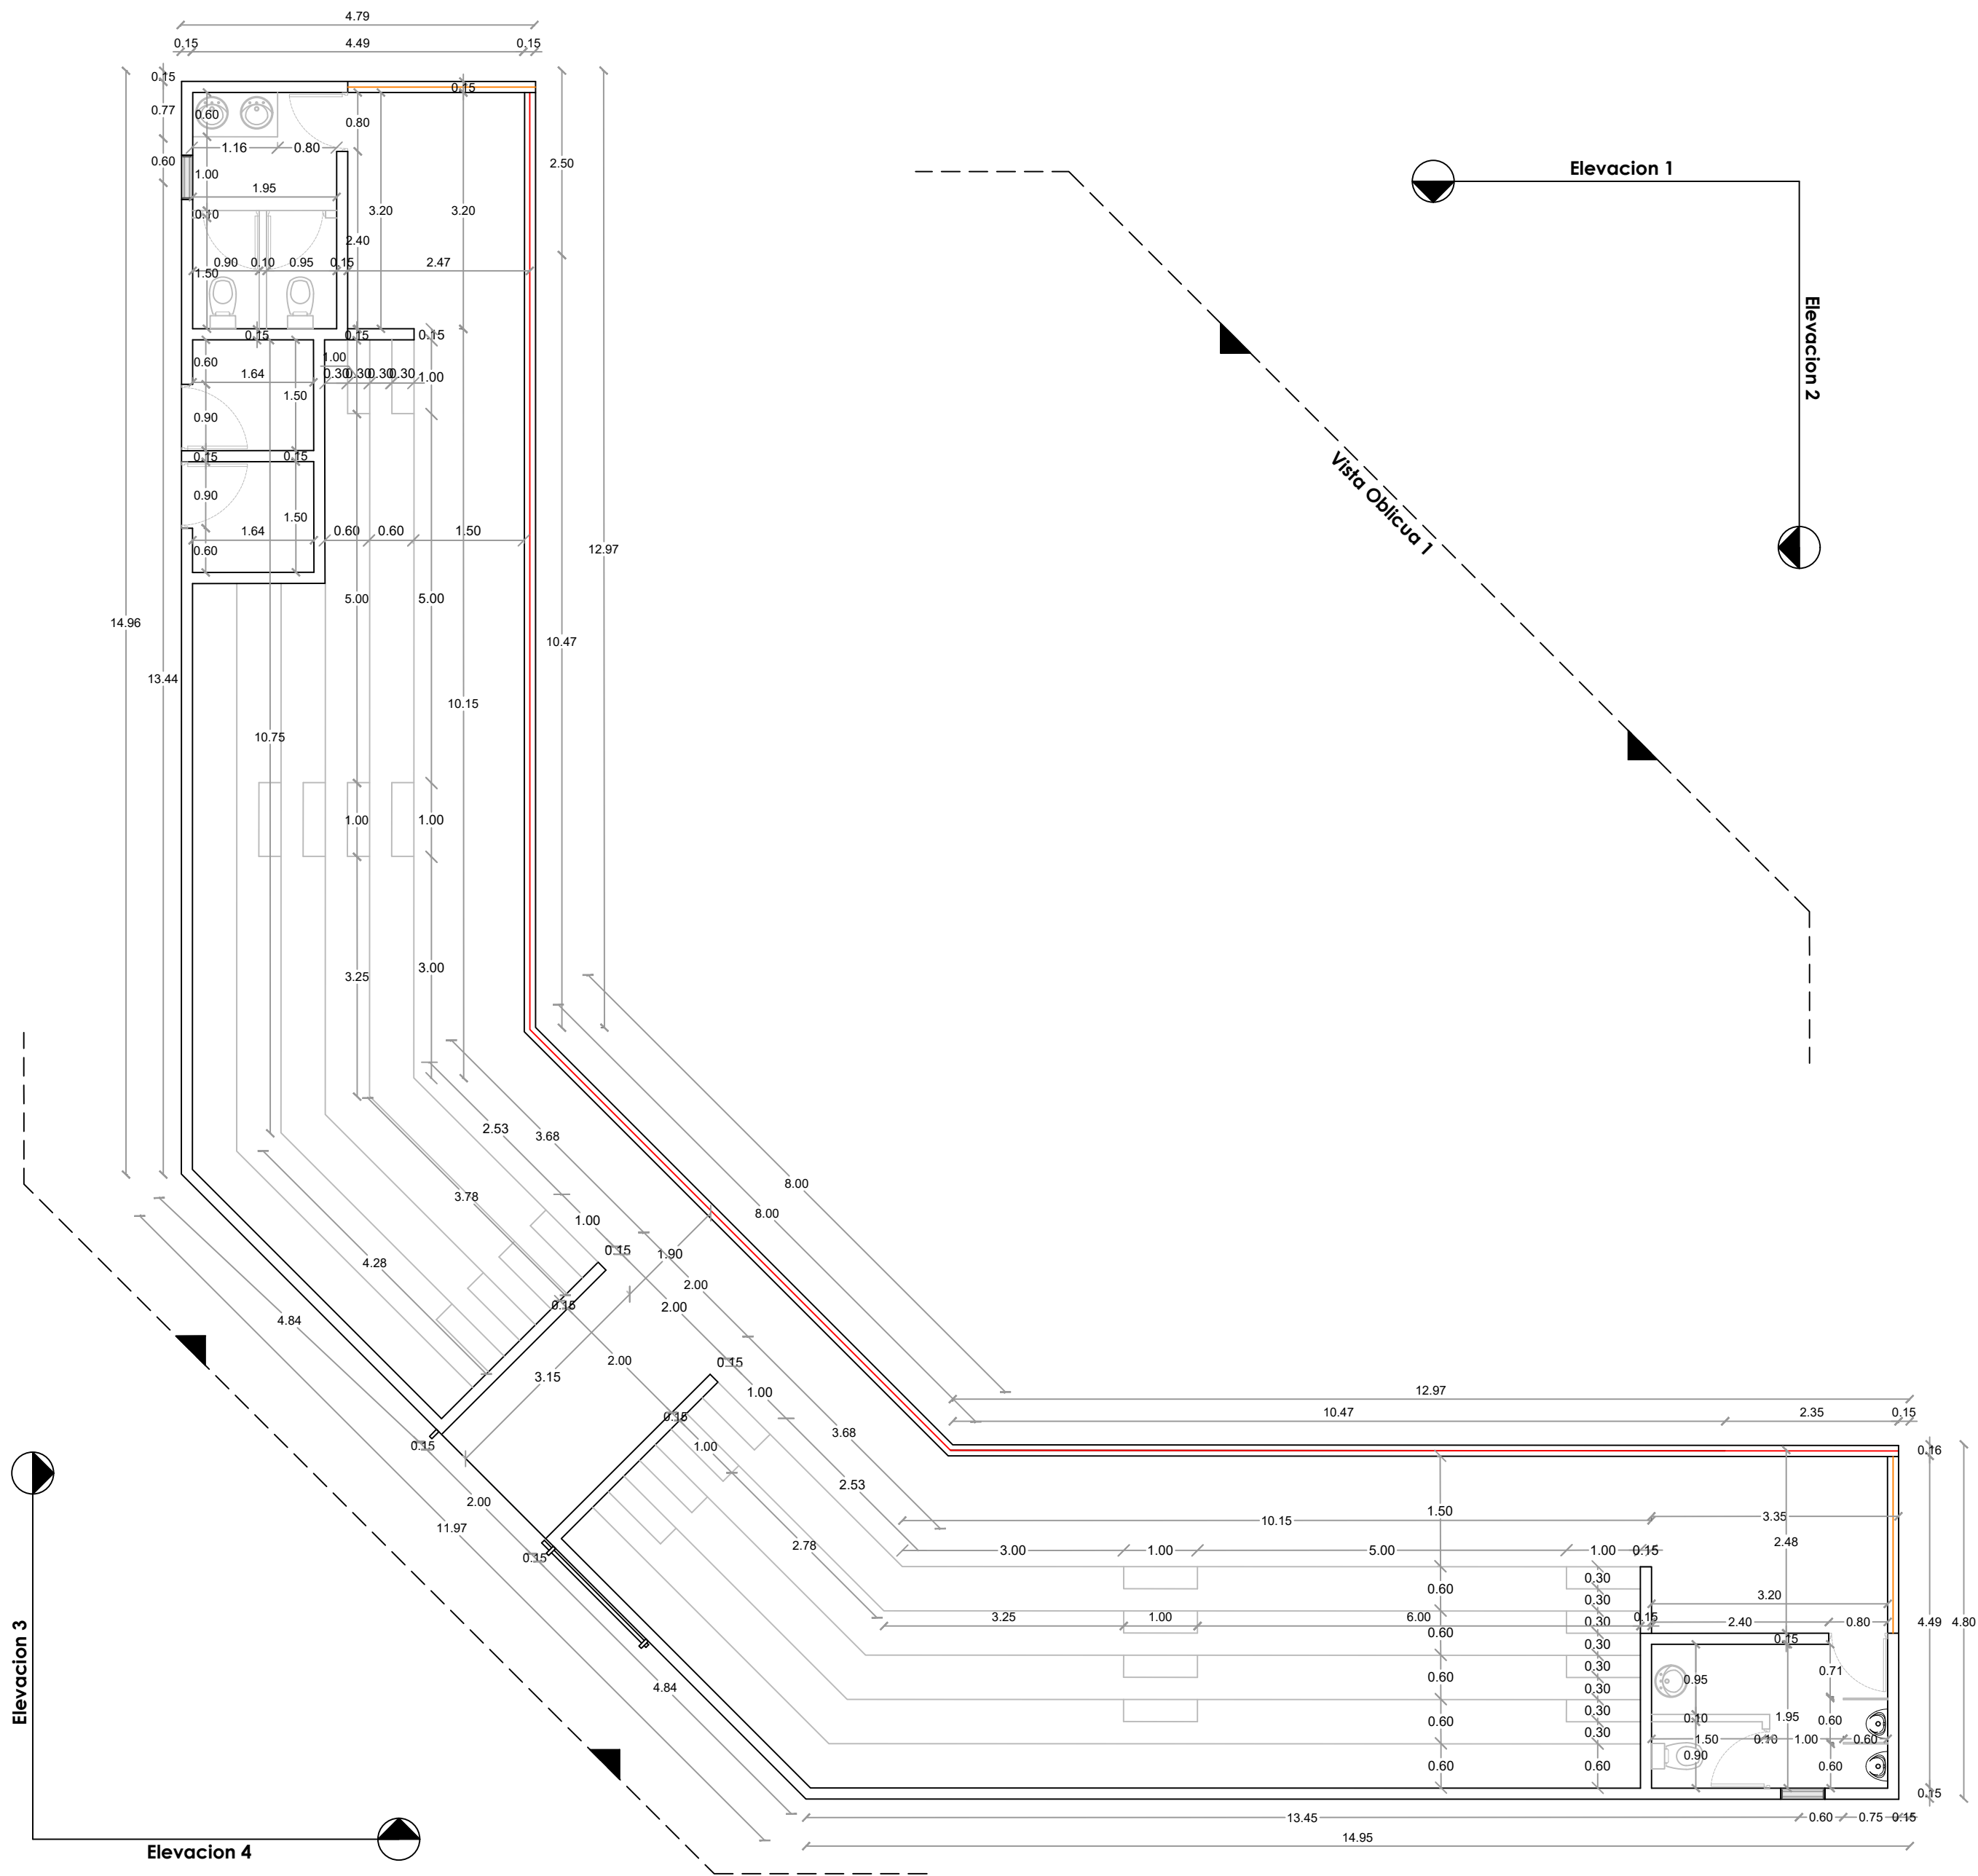

GOBIERNO DE LA
REPÚBLICA DOMINICANA

DIRECCION DE DESARROLLO
PROVINCIAL
DDP

Ave. Dr. Delgado, Esq. Moises García,
Gazcue, Sto. Dgo., R.D.
TEL.: (809)-364-2189 | FAX.: (809)- 688-1665
E-Mail: info@cpadp.gob.do

PROYECTO:

CONSTRUCCIÓN CAMPO DE BÉISBOL
EL PEÑÓN, MUNICIPIO EL PEÑÓN,
PROVINCIA BARAHONA

EQUIPO DE TRABAJO:

DISEÑO ARQUITECTÓNICO
ARQ.

codia 00000

ENC. INGENIERÍA

ING. FIOR DALIZA BONIFACIO

codia 00000

ESTRUCTURAL

ING. Leopoldo Berroa

codia 00000

ELÉCTRICO

ING. Juan Pérez

codia 00000

HIDRO-SANITARIO

ING. Francis Estévez

codia 00000

SELLO DE APROBACIÓN:

FECHA:

CONTENIDO:

PLANTA DIMENSIONADA


ESCALA:

1:75


SEPTIEMBRE 2026

NO. PÁGINA:


026

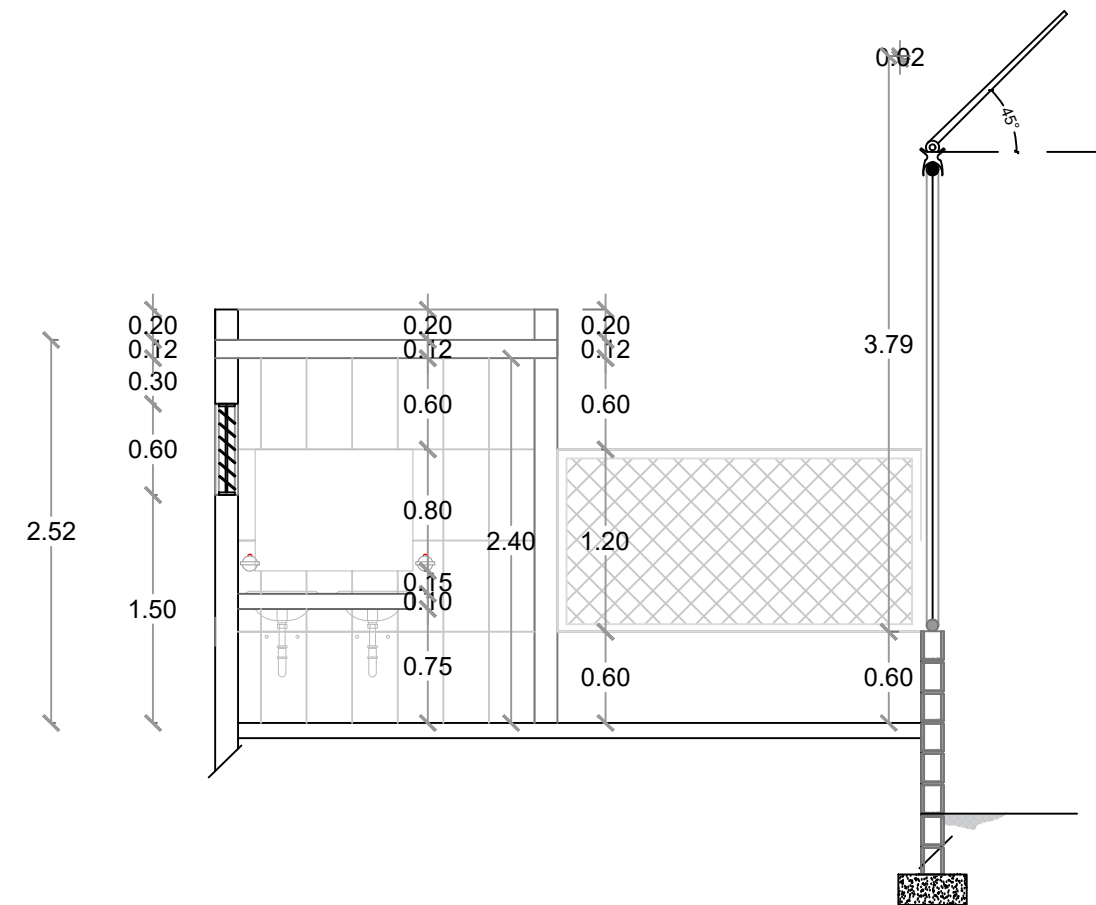


SECCIÓN A-A' - DIMENSIONADA - GRADAS
ESC. 1:50

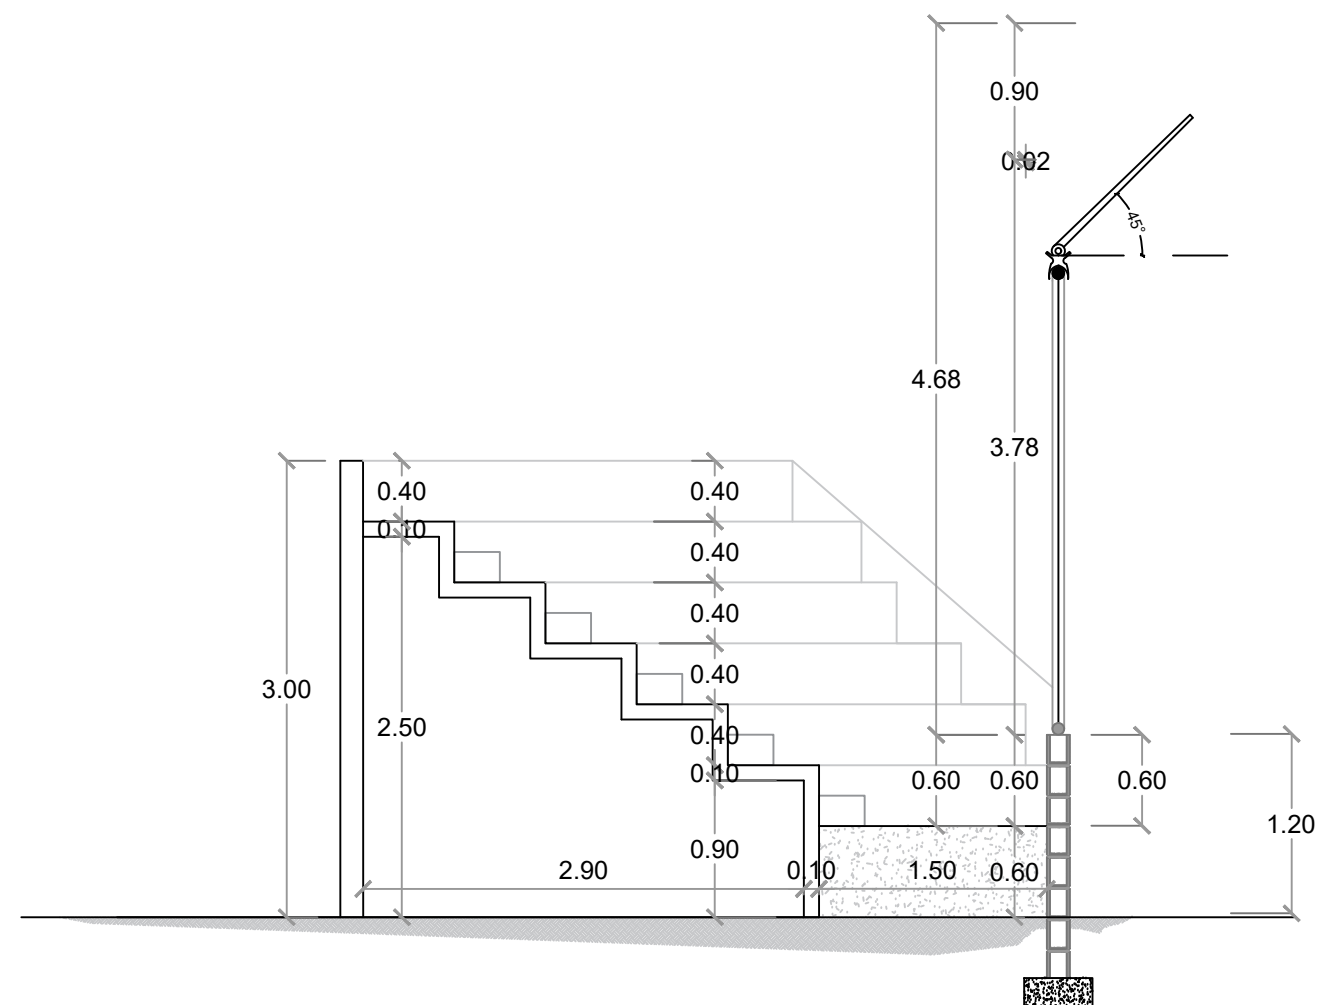

SECCIÓN B-B' - DIMENSIONADA - GRADAS
ESC. 1:50

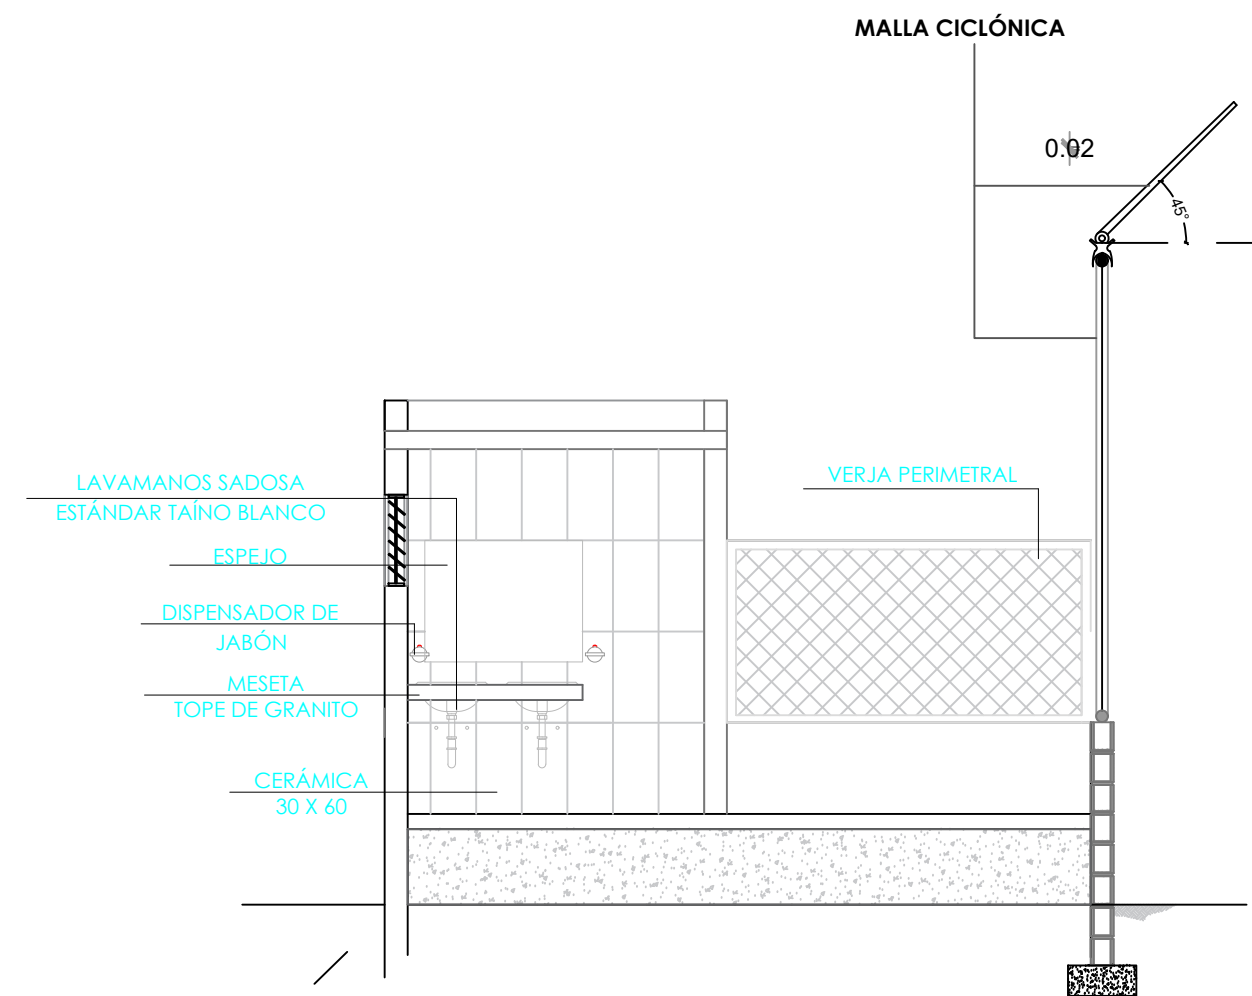

SECCIÓN A-A' - DETALLES - GRADAS
ESC. 1:50

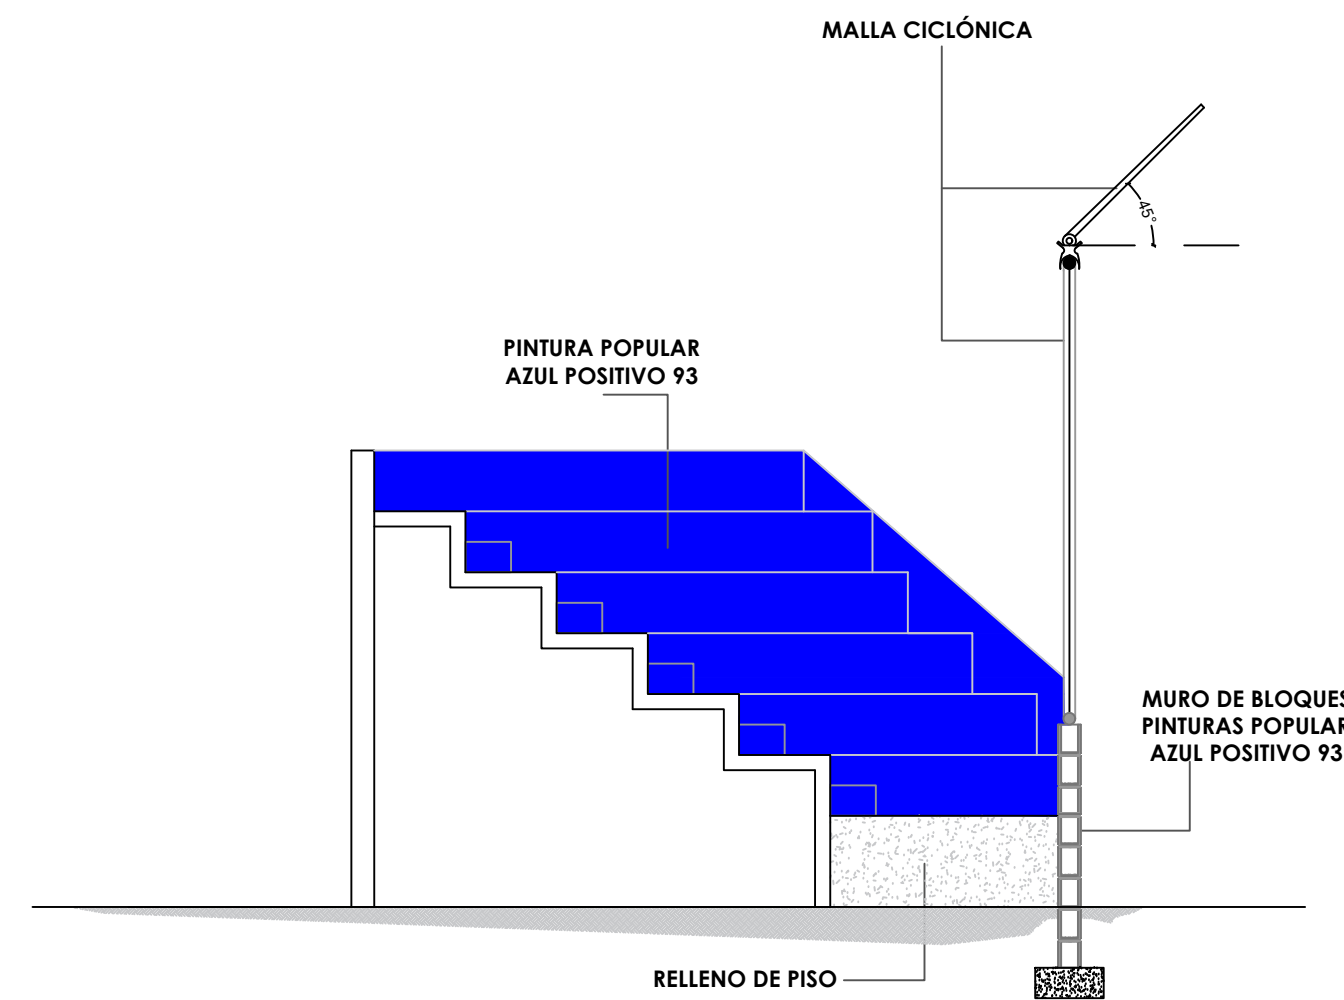

SECCIÓN B-B' - DETALLES - GRADAS



**DIRECCION DE DESARROLLO
PROVINCIAL
DDP**

Ave. Dr. Delgado, Esq. Moises García,
Gazcue, Sto. Dgo., R.D.
TEL.: (809)-364-2189 | FAX.: (809)- 688-1665
E-Mail: info@cpadp.gob.do

PROYECTO:

**CONSTRUCCIÓN CAMPO DE BÉISBOL
EL PEÑÓN, MUNICIPIO EL PEÑÓN,
PROVINCIA BARAHONA**

EQUIPO DE TRABAJO:

DISEÑO ARQUITECTÓNICO
ARQ.

codia 00000

ENC. INGENIERÍA
ING. FIOR DALIZA BONIFACIO
codia 00000 _____

ESTRUCTURAL
ING. Leopoldo Berroa
codia 00000

ELÉCTRICO
ING. Juan Pérez
codia 00000

HIDRO-SANITARIO
ING. Francis Estévez
codia 00000

SELO DE APROBACIÓN:

FECHA:

CONTENIDO:

SECCIONES


ESCALA:

1:50


SEPTIEMBRE 2026

NO. PÁGINA:


027

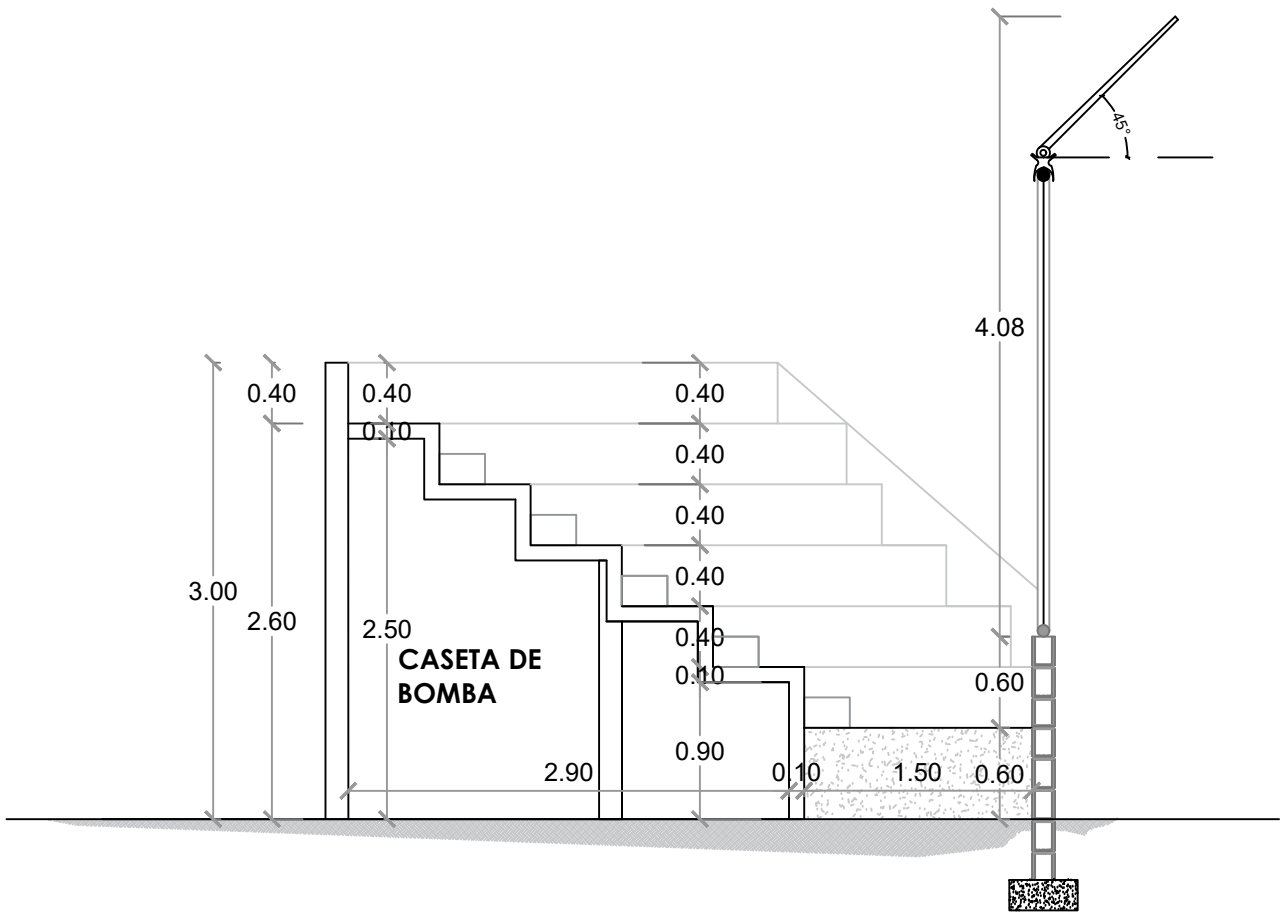

SECCIÓN C-C - DIMENSIONADA - GRADAS
ESC. 1:50

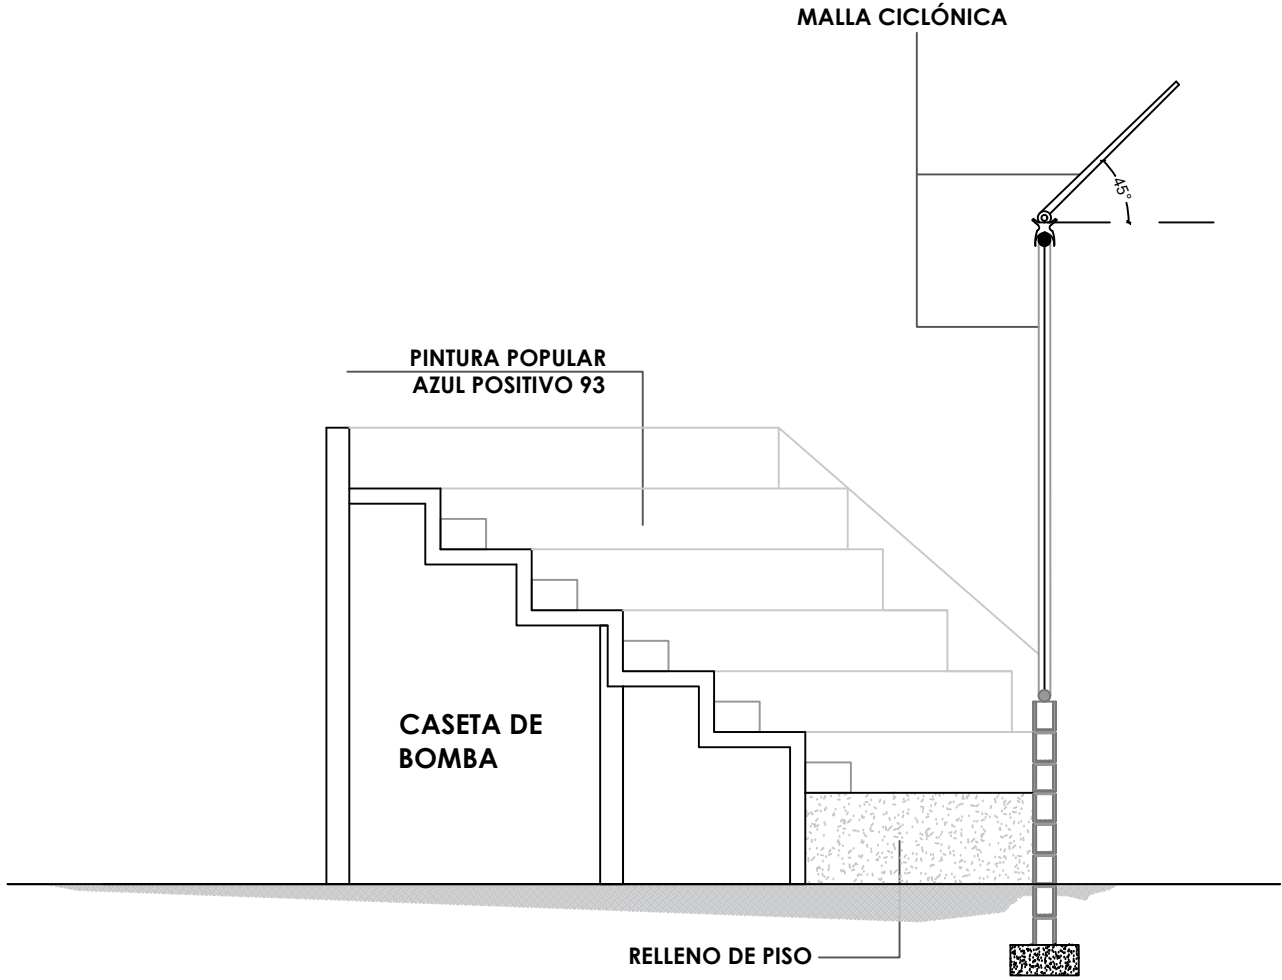

SECCIÓN C-C' - DETALLES - GRADAS
ESC. 1:50

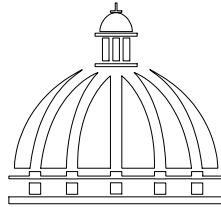

GOBIERNO DE LA
REPÚBLICA DOMINICANA

DIRECCION DE DESARROLLO
PROVINCIAL
DDP

Ave. Dr. Delgado, Esq. Moisés García,
Gazcue, Sto. Dgo., R.D.
TEL.: (809)-364-2189 | FAX.: (809)- 688-1665
E-Mail: info@cpadp.gob.do

PROYECTO:

CONSTRUCCIÓN CAMPO DE BÉISBOL
EL PEÑÓN, MUNICIPIO EL PEÑÓN,
PROVINCIA BARAHONA

EQUIPO DE TRABAJO:

DISEÑO ARQUITECTÓNICO
ARQ.

codia 00000

ENC. INGENIERÍA

ING. FIOR DALIZA BONIFACIO

codia 00000

ESTRUCTURAL

ING. Leopoldo Berroa

codia 00000

ELÉCTRICO

ING. Juan Pérez

codia 00000

HIDRO-SANITARIO

ING. Francis Estévez

codia 00000

SELLO DE APROBACIÓN:

FECHA:

CONTENIDO:


SECCIONES

ESCALA:


SEPTIEMBRE 2026

NO. PÁGINA:


028

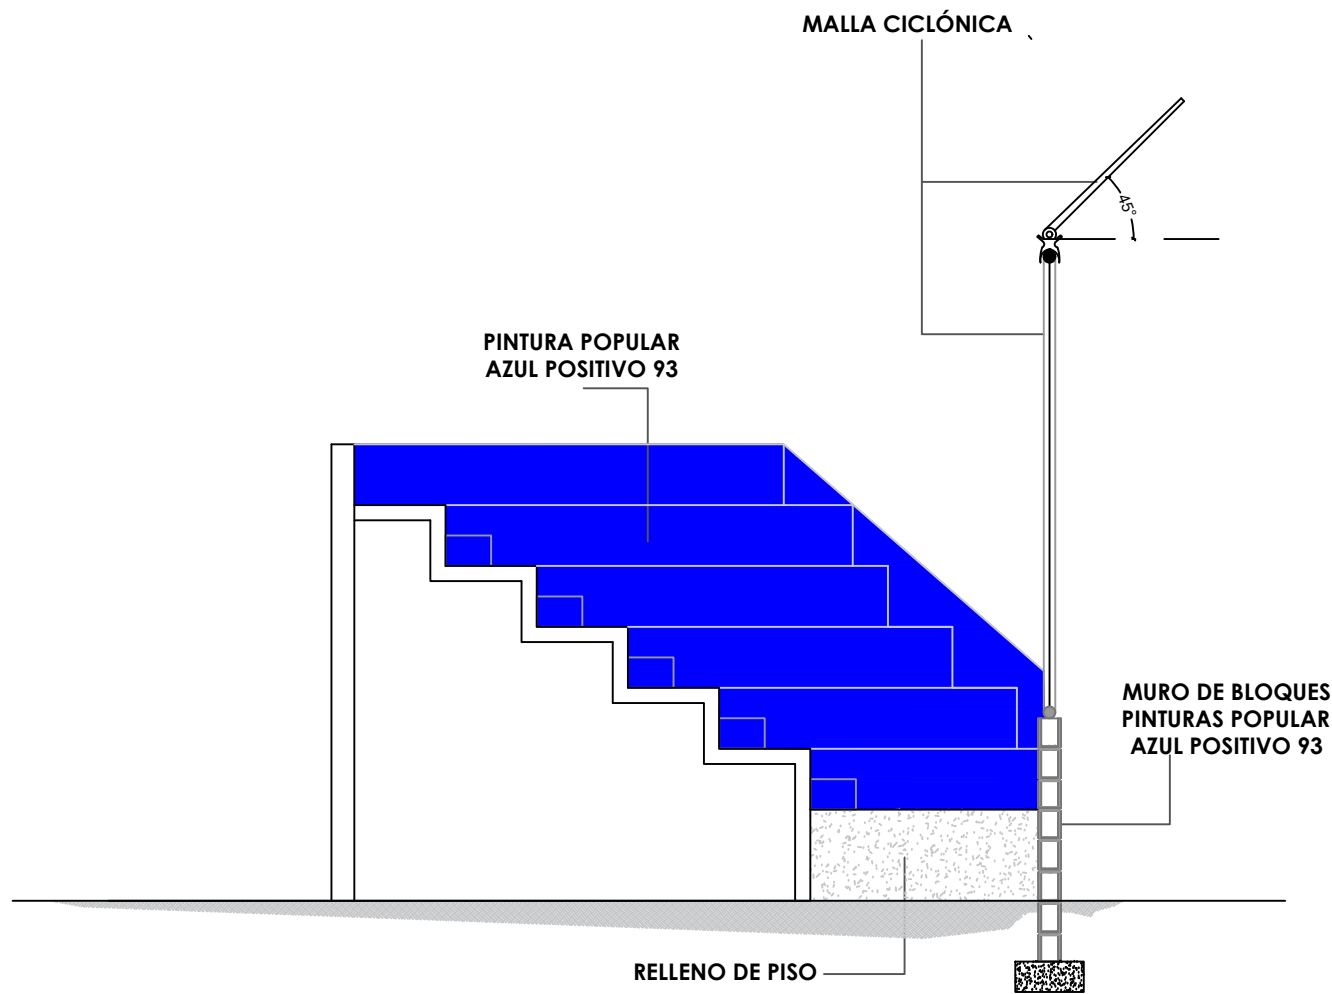


ELEVACION- DETALLES - GRADAS
ESC. 1:50

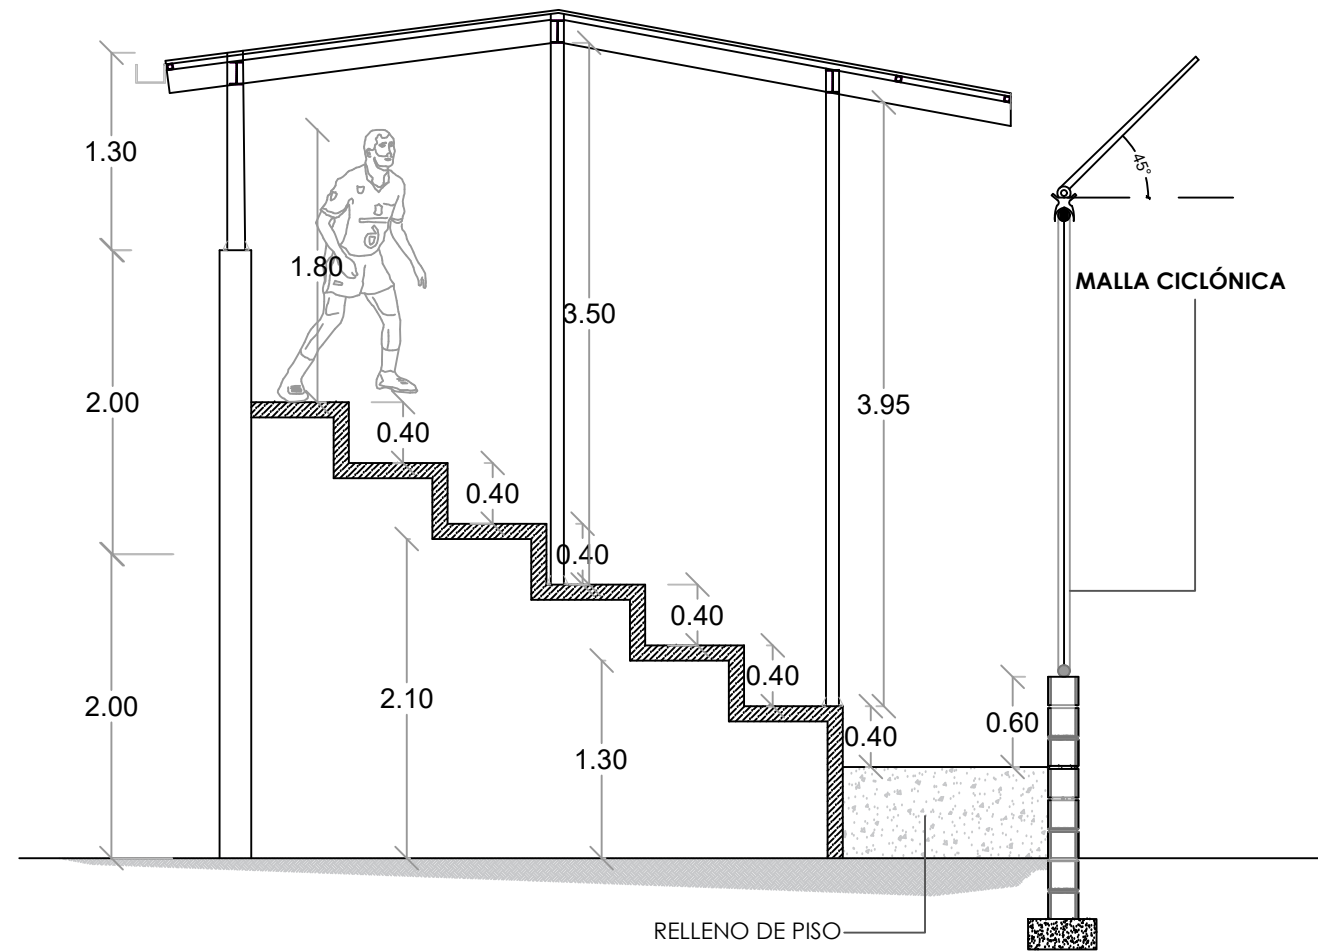

SECCION DE GRADAS - DETALLE DE TECHO

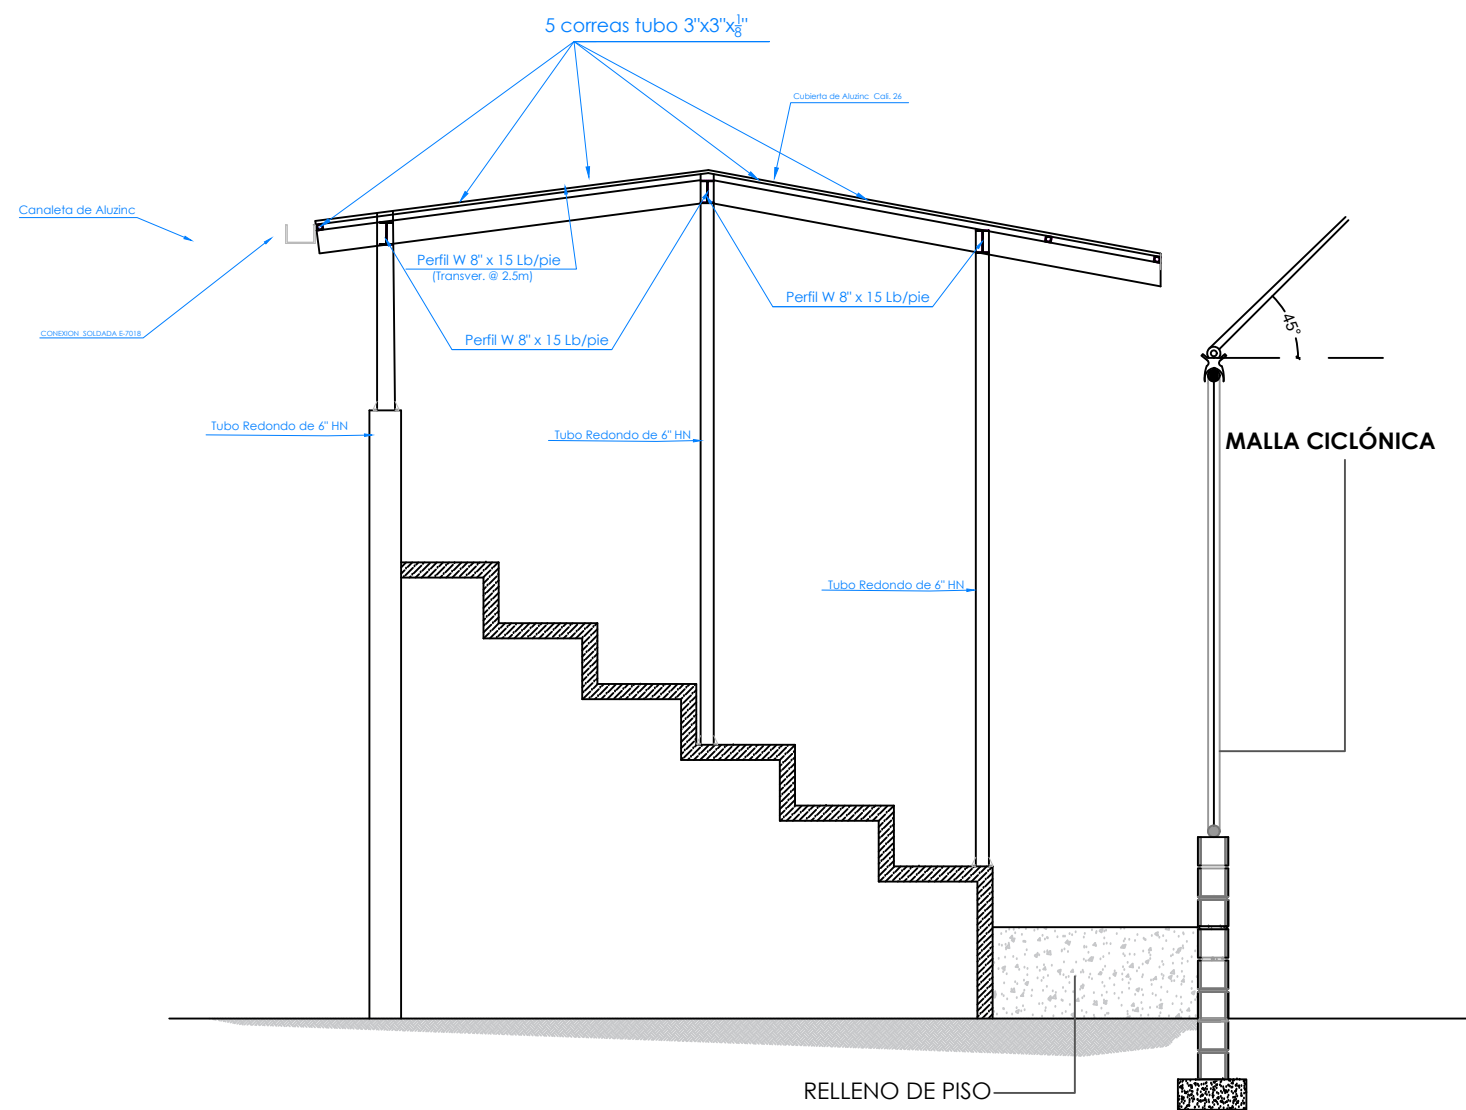


SECCION DE GRADAS - DETALLE DE TECHO

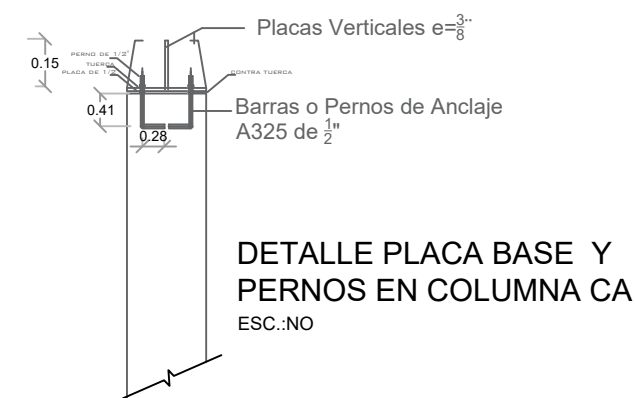


DETALLE PLACA BASE Y
PERNOS EN COLUMNA CA
ESC.:NO


PLACA BASE

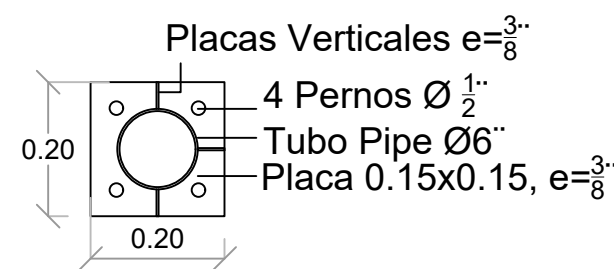

SECCIÓN PERNO

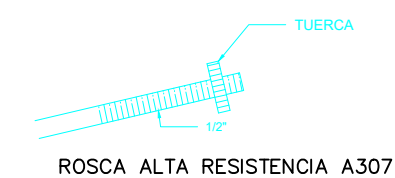

NOTA: TODOS LOS PLANOS PUEDEN SER
MODIFICADOS Y / AJUSTADOS EN CAMPO

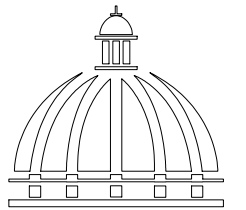

GOBIERNO DE LA
REPÚBLICA DOMINICANA

DIRECCION DE DESARROLLO
PROVINCIAL
DDP

Ave. Dr. Delgado, Esq. Moisés García,
Gazcue, Sto. Dgo., R.D.
TEL.: (809)-364-2189 | FAX.: (809)- 688-1665
E-Mail: info@cpadp.gob.do

PROYECTO:

CONSTRUCCIÓN CAMPO DE BÉISBOL
EL PEÑÓN, MUNICIPIO EL PEÑÓN,
PROVINCIA BARAHONA

EQUIPO DE TRABAJO:

DISEÑO ARQUITECTÓNICO
ARQ.

codia 00000

ENC. INGENIERÍA
ING. FIOR DALIZA BONIFACIO
codia 00000

ESTRUCTURAL
ING. Leopoldo Berroa
codia 00000

ELÉCTRICO
ING. Juan Pérez
codia 00000

HIDRO-SANITARIO
ING. Francis Estévez
codia 00000

SELLO DE APROBACIÓN:

FECHA:

CONTENIDO:


SECCIONES

ESCALA:

SEPTIEMBRE 2026

NO. PÁGINA:

029

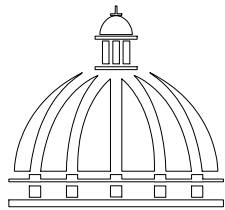

GOBIERNO DE LA
REPÚBLICA DOMINICANA

DIRECCION DE DESARROLLO
PROVINCIAL
DDP

Ave. Dr. Delgado, Esq. Moisés García,
Gazcue, Sto. Dgo., R.D.
TEL.: (809)-364-2189 | FAX.: (809)- 688-1665
E-Mail: info@cpadp.gob.do

PROYECTO:

CONSTRUCCIÓN CAMPO DE BÉISBOL
EL PEÑÓN, MUNICIPIO EL PEÑÓN,
PROVINCIA BARAHONA

EQUIPO DE TRABAJO:

DISEÑO ARQUITECTÓNICO
ARQ.

codia 00000

ENC. INGENIERÍA

ING. FIOR DALIZA BONIFACIO

codia 00000

ESTRUCTURAL

ING. Leopoldo Berroa

codia 00000

ELÉCTRICO

ING. Juan Pérez

codia 00000

HIDRO-SANITARIO

ING. Francis Estévez

codia 00000

SELLO DE APROBACIÓN:

FECHA:

CONTENIDO:


ESCALA:

1:75


SEPTIEMBRE 2026

NO. PÁGINA:


030

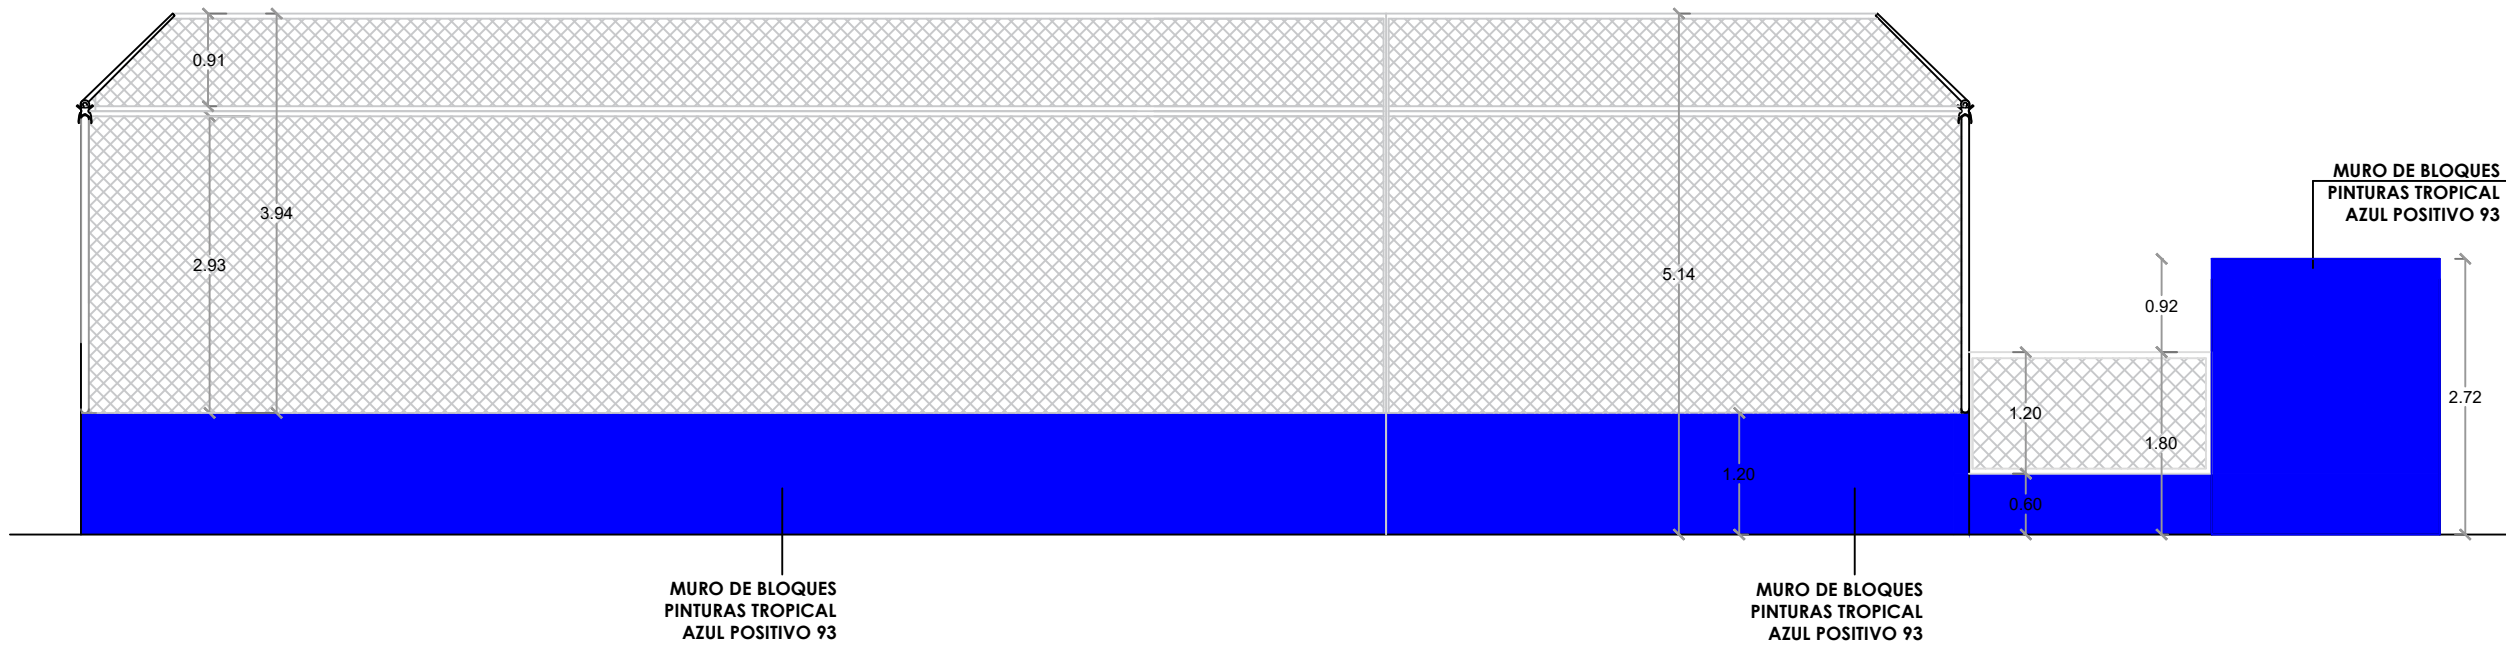

1
00 ELEVACIÓN 1 - GRADAS
ESC. 1:75

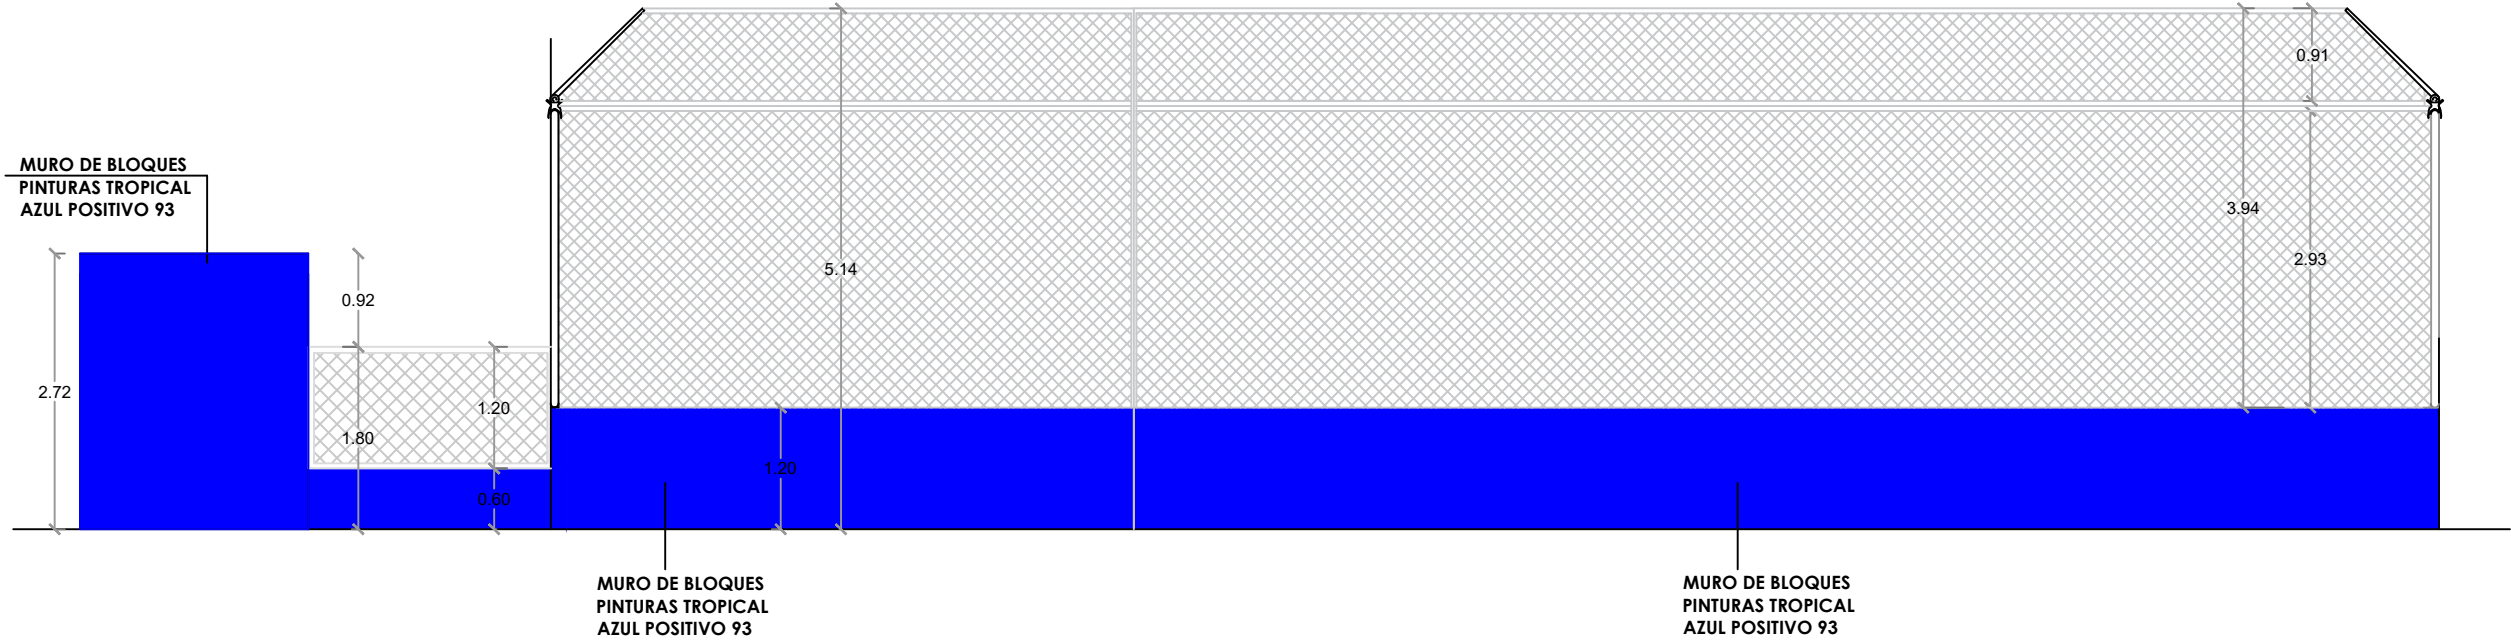

1
00 ELEVACIÓN 2 - GRADAS
ESC. 1:75

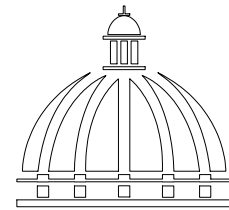

GOBIERNO DE LA
REPÚBLICA DOMINICANA

DIRECCION DE DESARROLLO
PROVINCIAL
DDP

Ave. Dr. Delgado, Esq. Moisés García,
Gazcue, Sto. Dgo., R.D.
TEL.: (809)-364-2189 | FAX.: (809)- 688-1665
E-Mail: info@cpadp.gob.do

PROYECTO:

CONSTRUCCIÓN CAMPO DE BÉISBOL
EL PEÑÓN, MUNICIPIO EL PEÑÓN,
PROVINCIA BARAHONA

EQUIPO DE TRABAJO:

DISEÑO ARQUITECTÓNICO
ARQ.

codia 00000

ENC. INGENIERÍA

ING. FIOR DALIZA BONIFACIO

codia 00000

ESTRUCTURAL

ING. Leopoldo Berroa

codia 00000

ELÉCTRICO

ING. Juan Pérez

codia 00000

HIDRO-SANITARIO

ING. Francis Estévez

codia 00000

SELLO DE APROBACIÓN:

FECHA:

CONTENIDO:

PLANTA ARQUITECTÓNICA


ESCALA:

1:75

SEPTIEMBRE 2026


NO. PÁGINA:

031

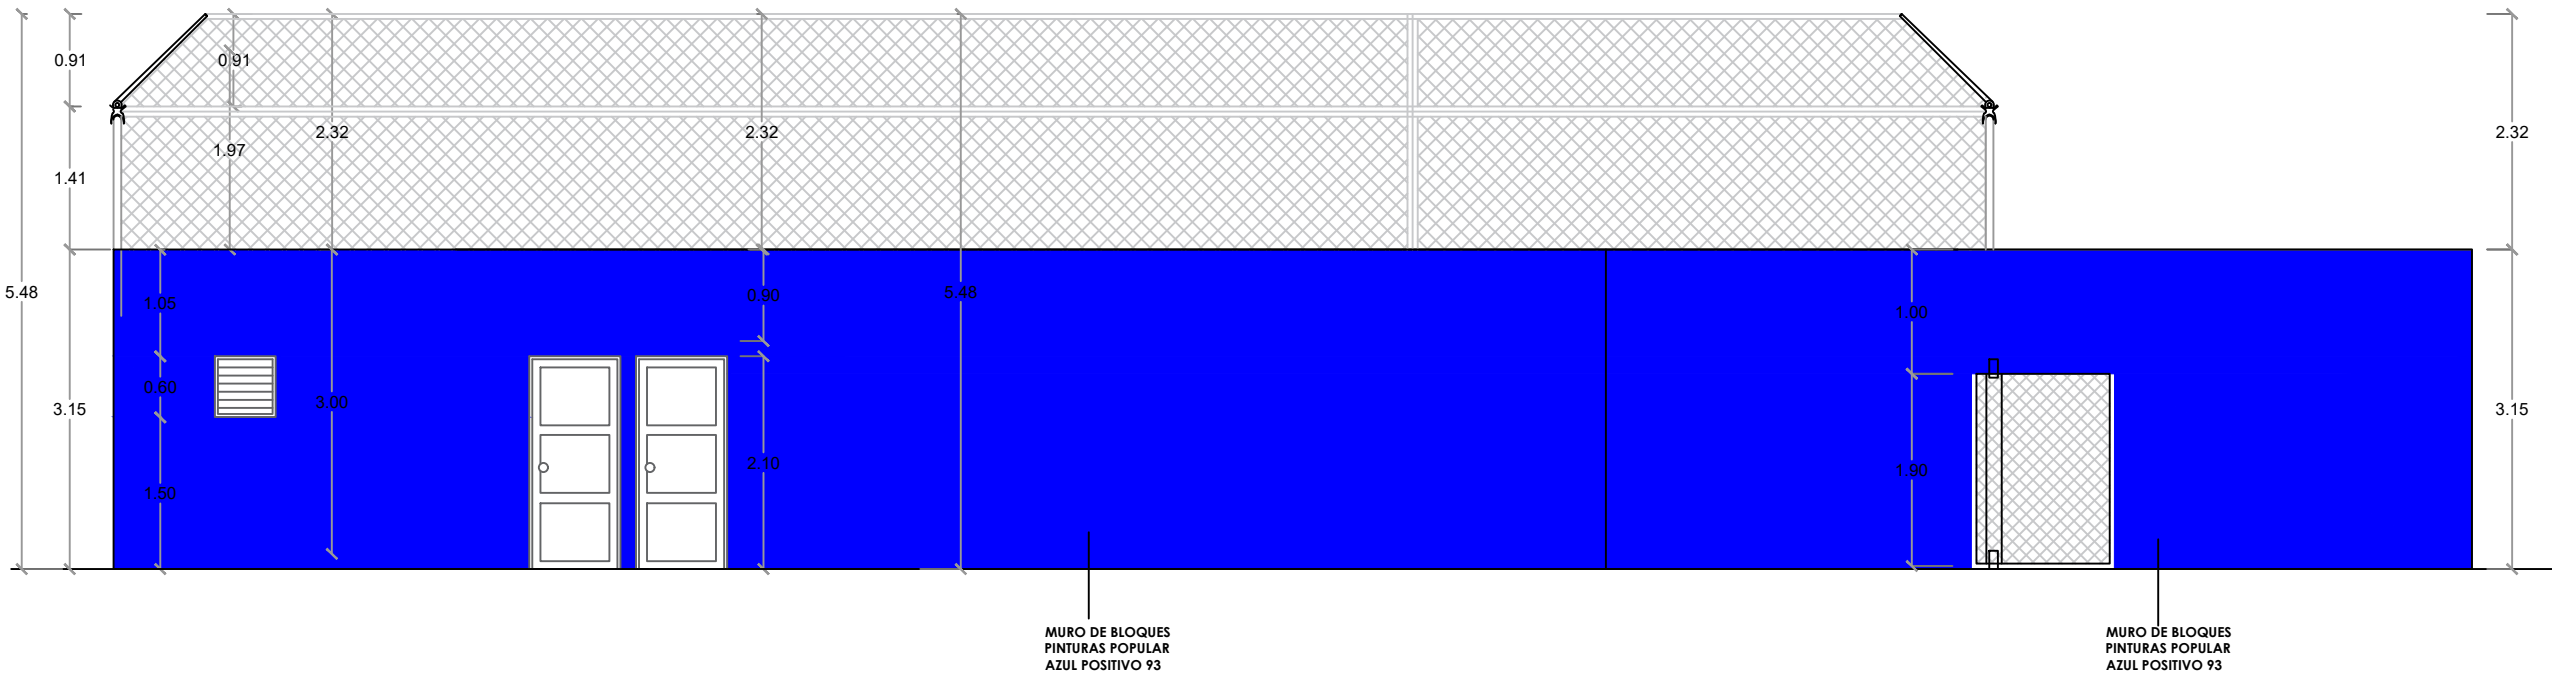


ELEVACIÓN 3 - GRADAS

ESC. 1:75

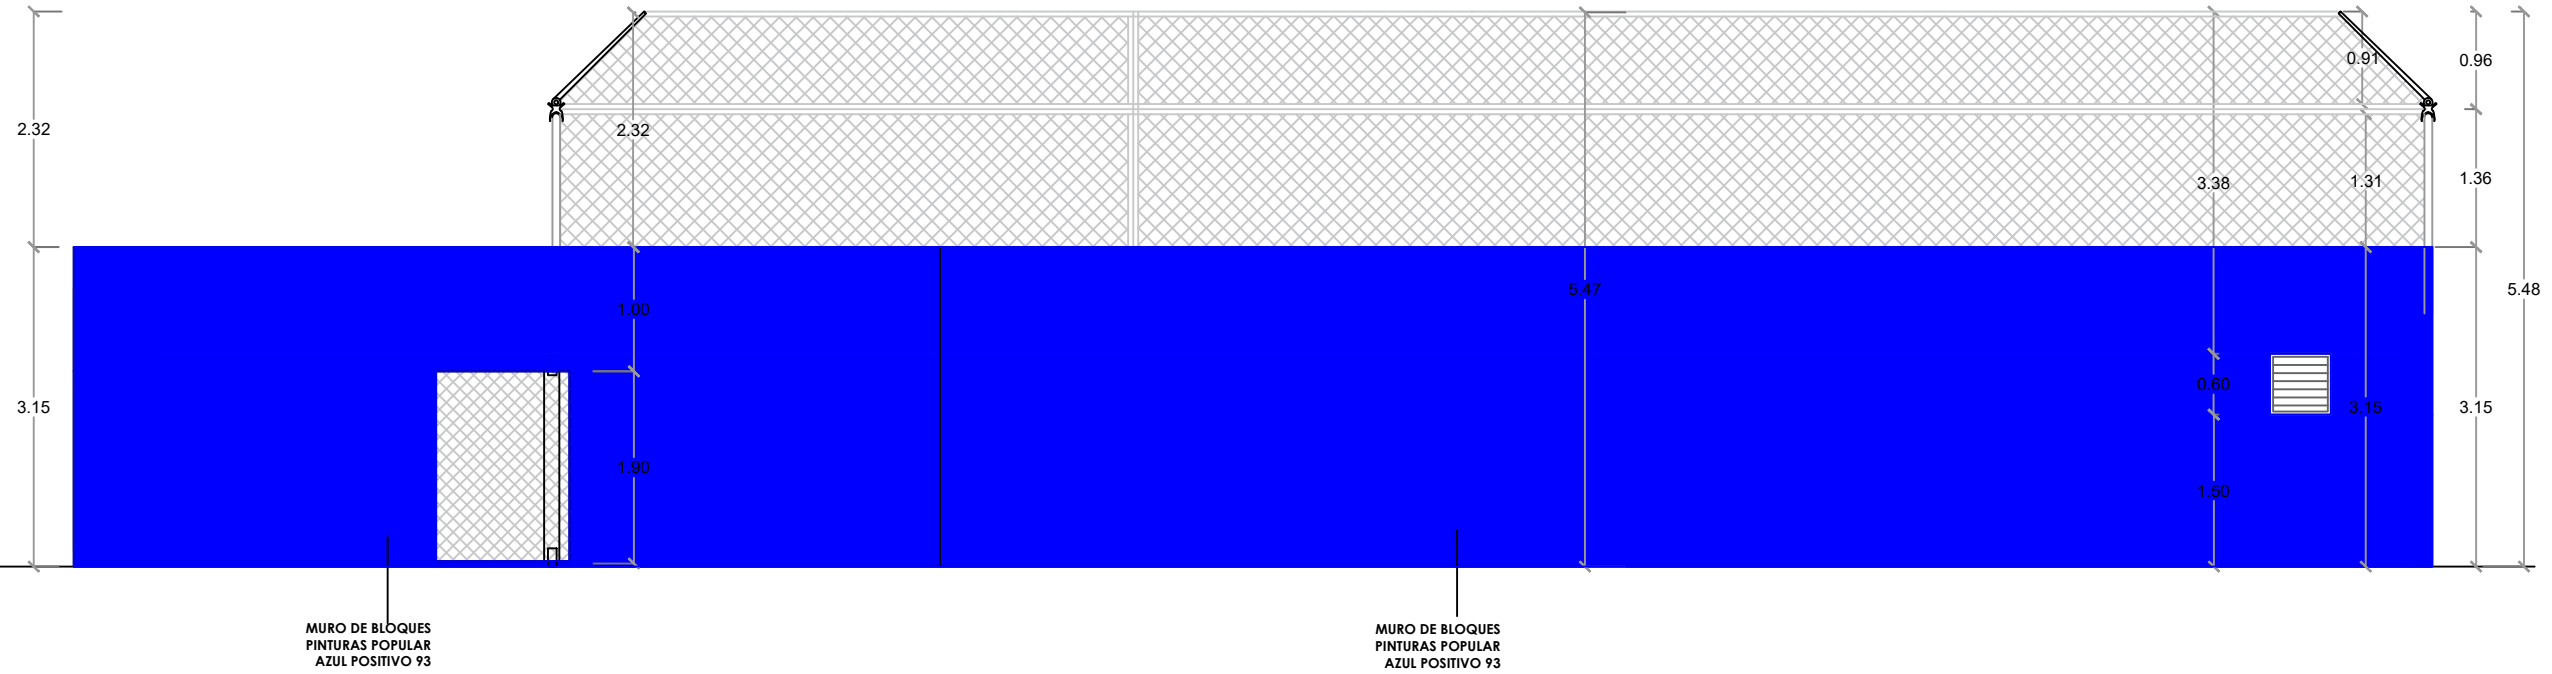

ELEVACIÓN 4 - GRADAS

ESC. 1:75

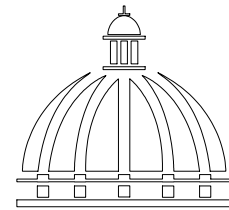

GOBIERNO DE LA
REPÚBLICA DOMINICANA

DIRECCION DE DESARROLLO
PROVINCIAL
DDP

Ave. Dr. Delgado, Esq. Moises García,
Gazcue, Sto. Dgo., R.D.
TEL.: (809)-364-2189 | FAX.: (809)- 688-1665
E-Mail: info@cpadp.gob.do

PROYECTO:

CONSTRUCCIÓN CAMPO DE BÉISBOL
EL PEÑÓN, MUNICIPIO EL PEÑÓN,
PROVINCIA BARAHONA

EQUIPO DE TRABAJO:

DISEÑO ARQUITECTÓNICO
ARQ.

codia 00000

ENC. INGENIERÍA

ING. FIOR DALIZA BONIFACIO

codia 00000

ESTRUCTURAL

ING. Leopoldo Berroa

codia 00000

ELÉCTRICO

ING. Juan Pérez

codia 00000

HIDRO-SANITARIO

ING. Francis Estévez

codia 00000

SELLO DE APROBACIÓN:

FECHA:

CONTENIDO:

PLANTA ARQUITECTÓNICA


ESCALA:

1:75

SEPTIEMBRE 026


NO. PÁGINA:

032

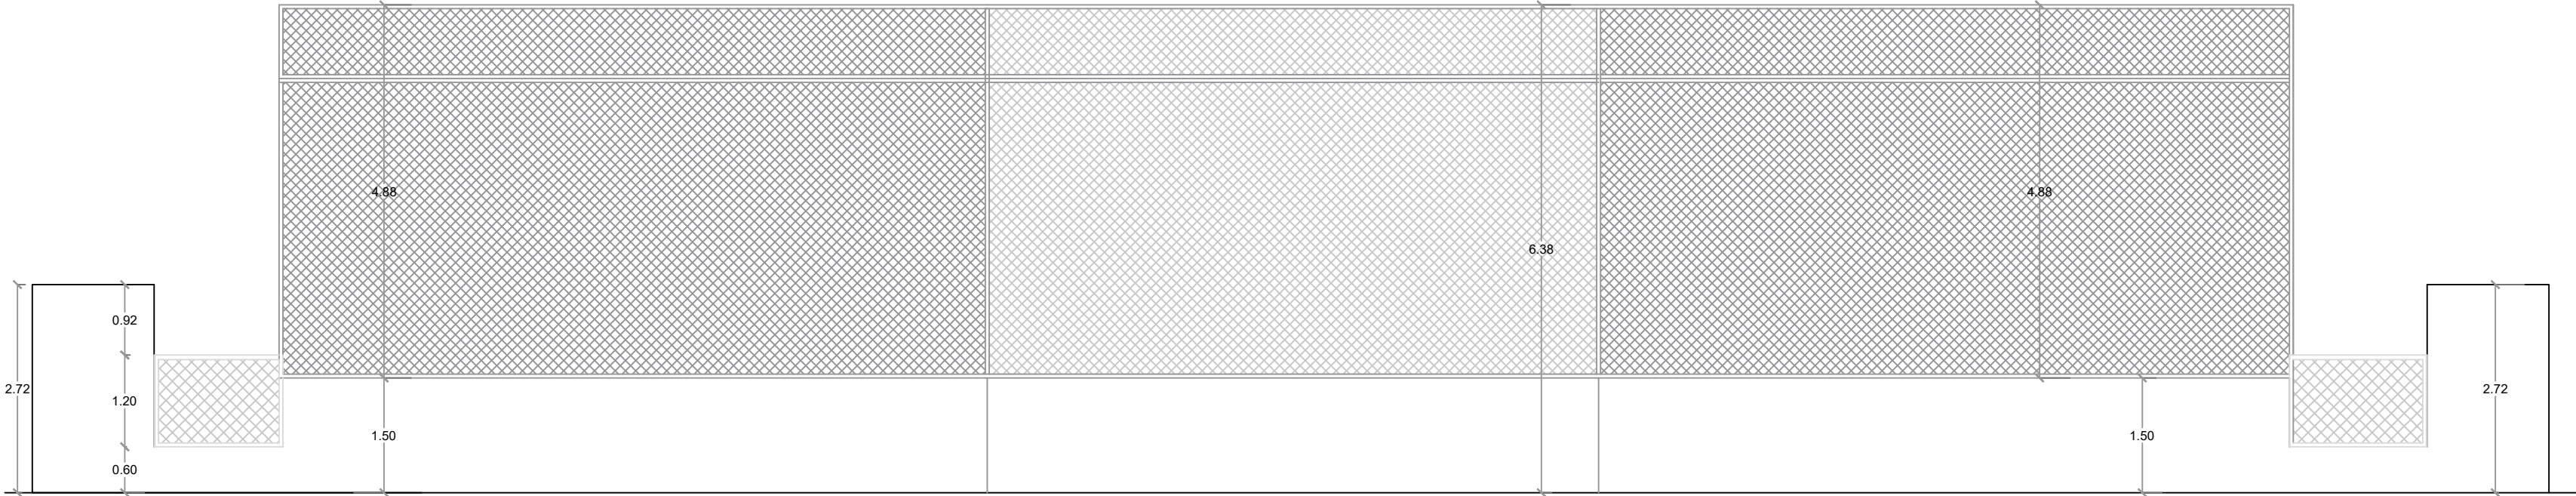

ELEVACIÓN OBLICUA 1

ESC. 1:100

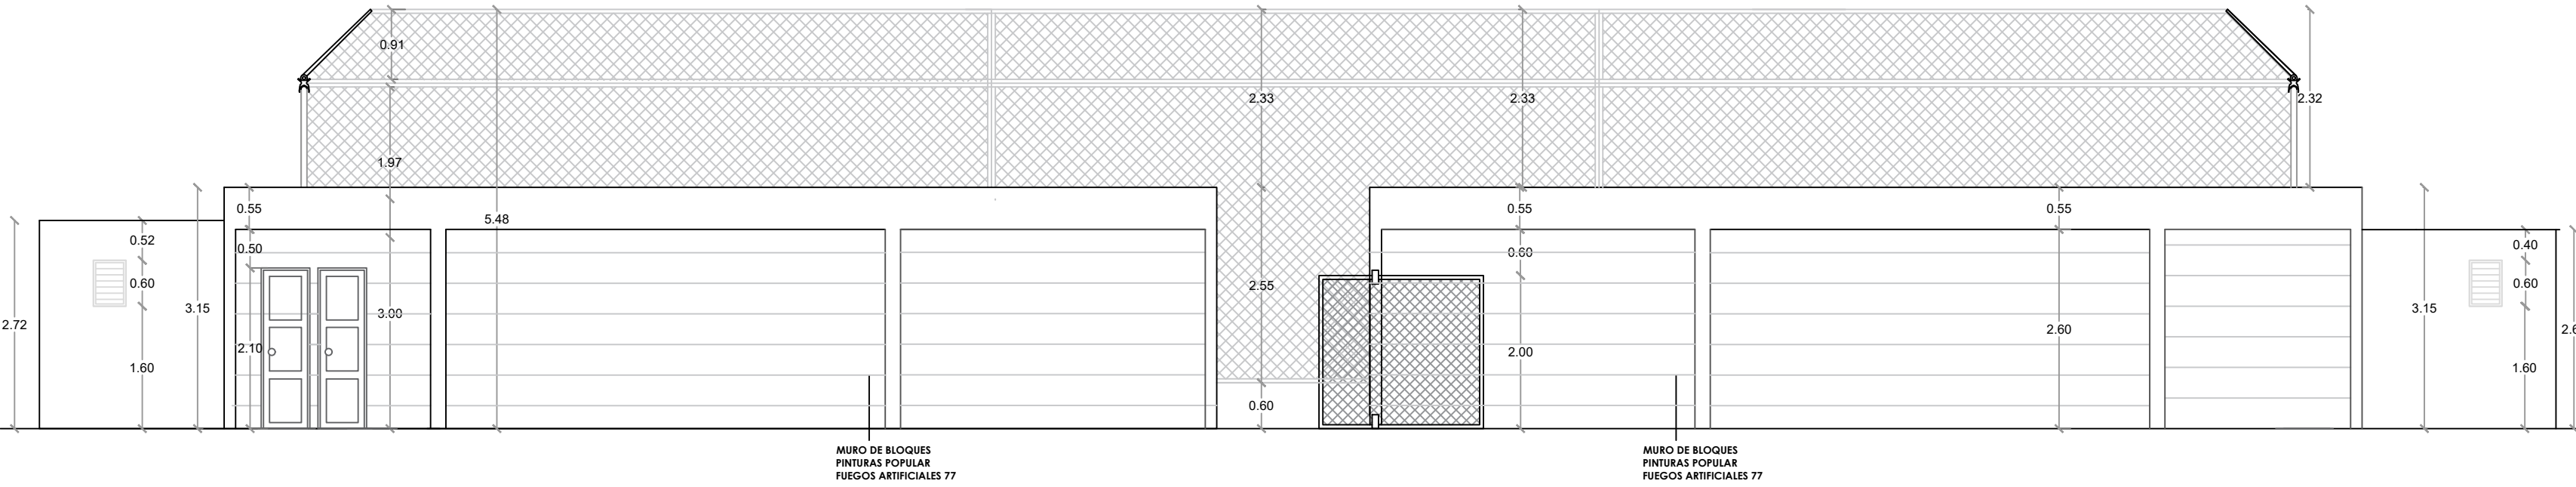



ELEVACIÓN OBLICUA 2

ESC. 1:100



PLANTA ARQUITECTÓNICA

ESC. 1:75

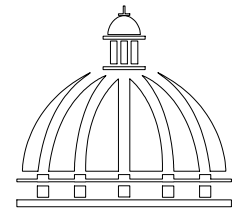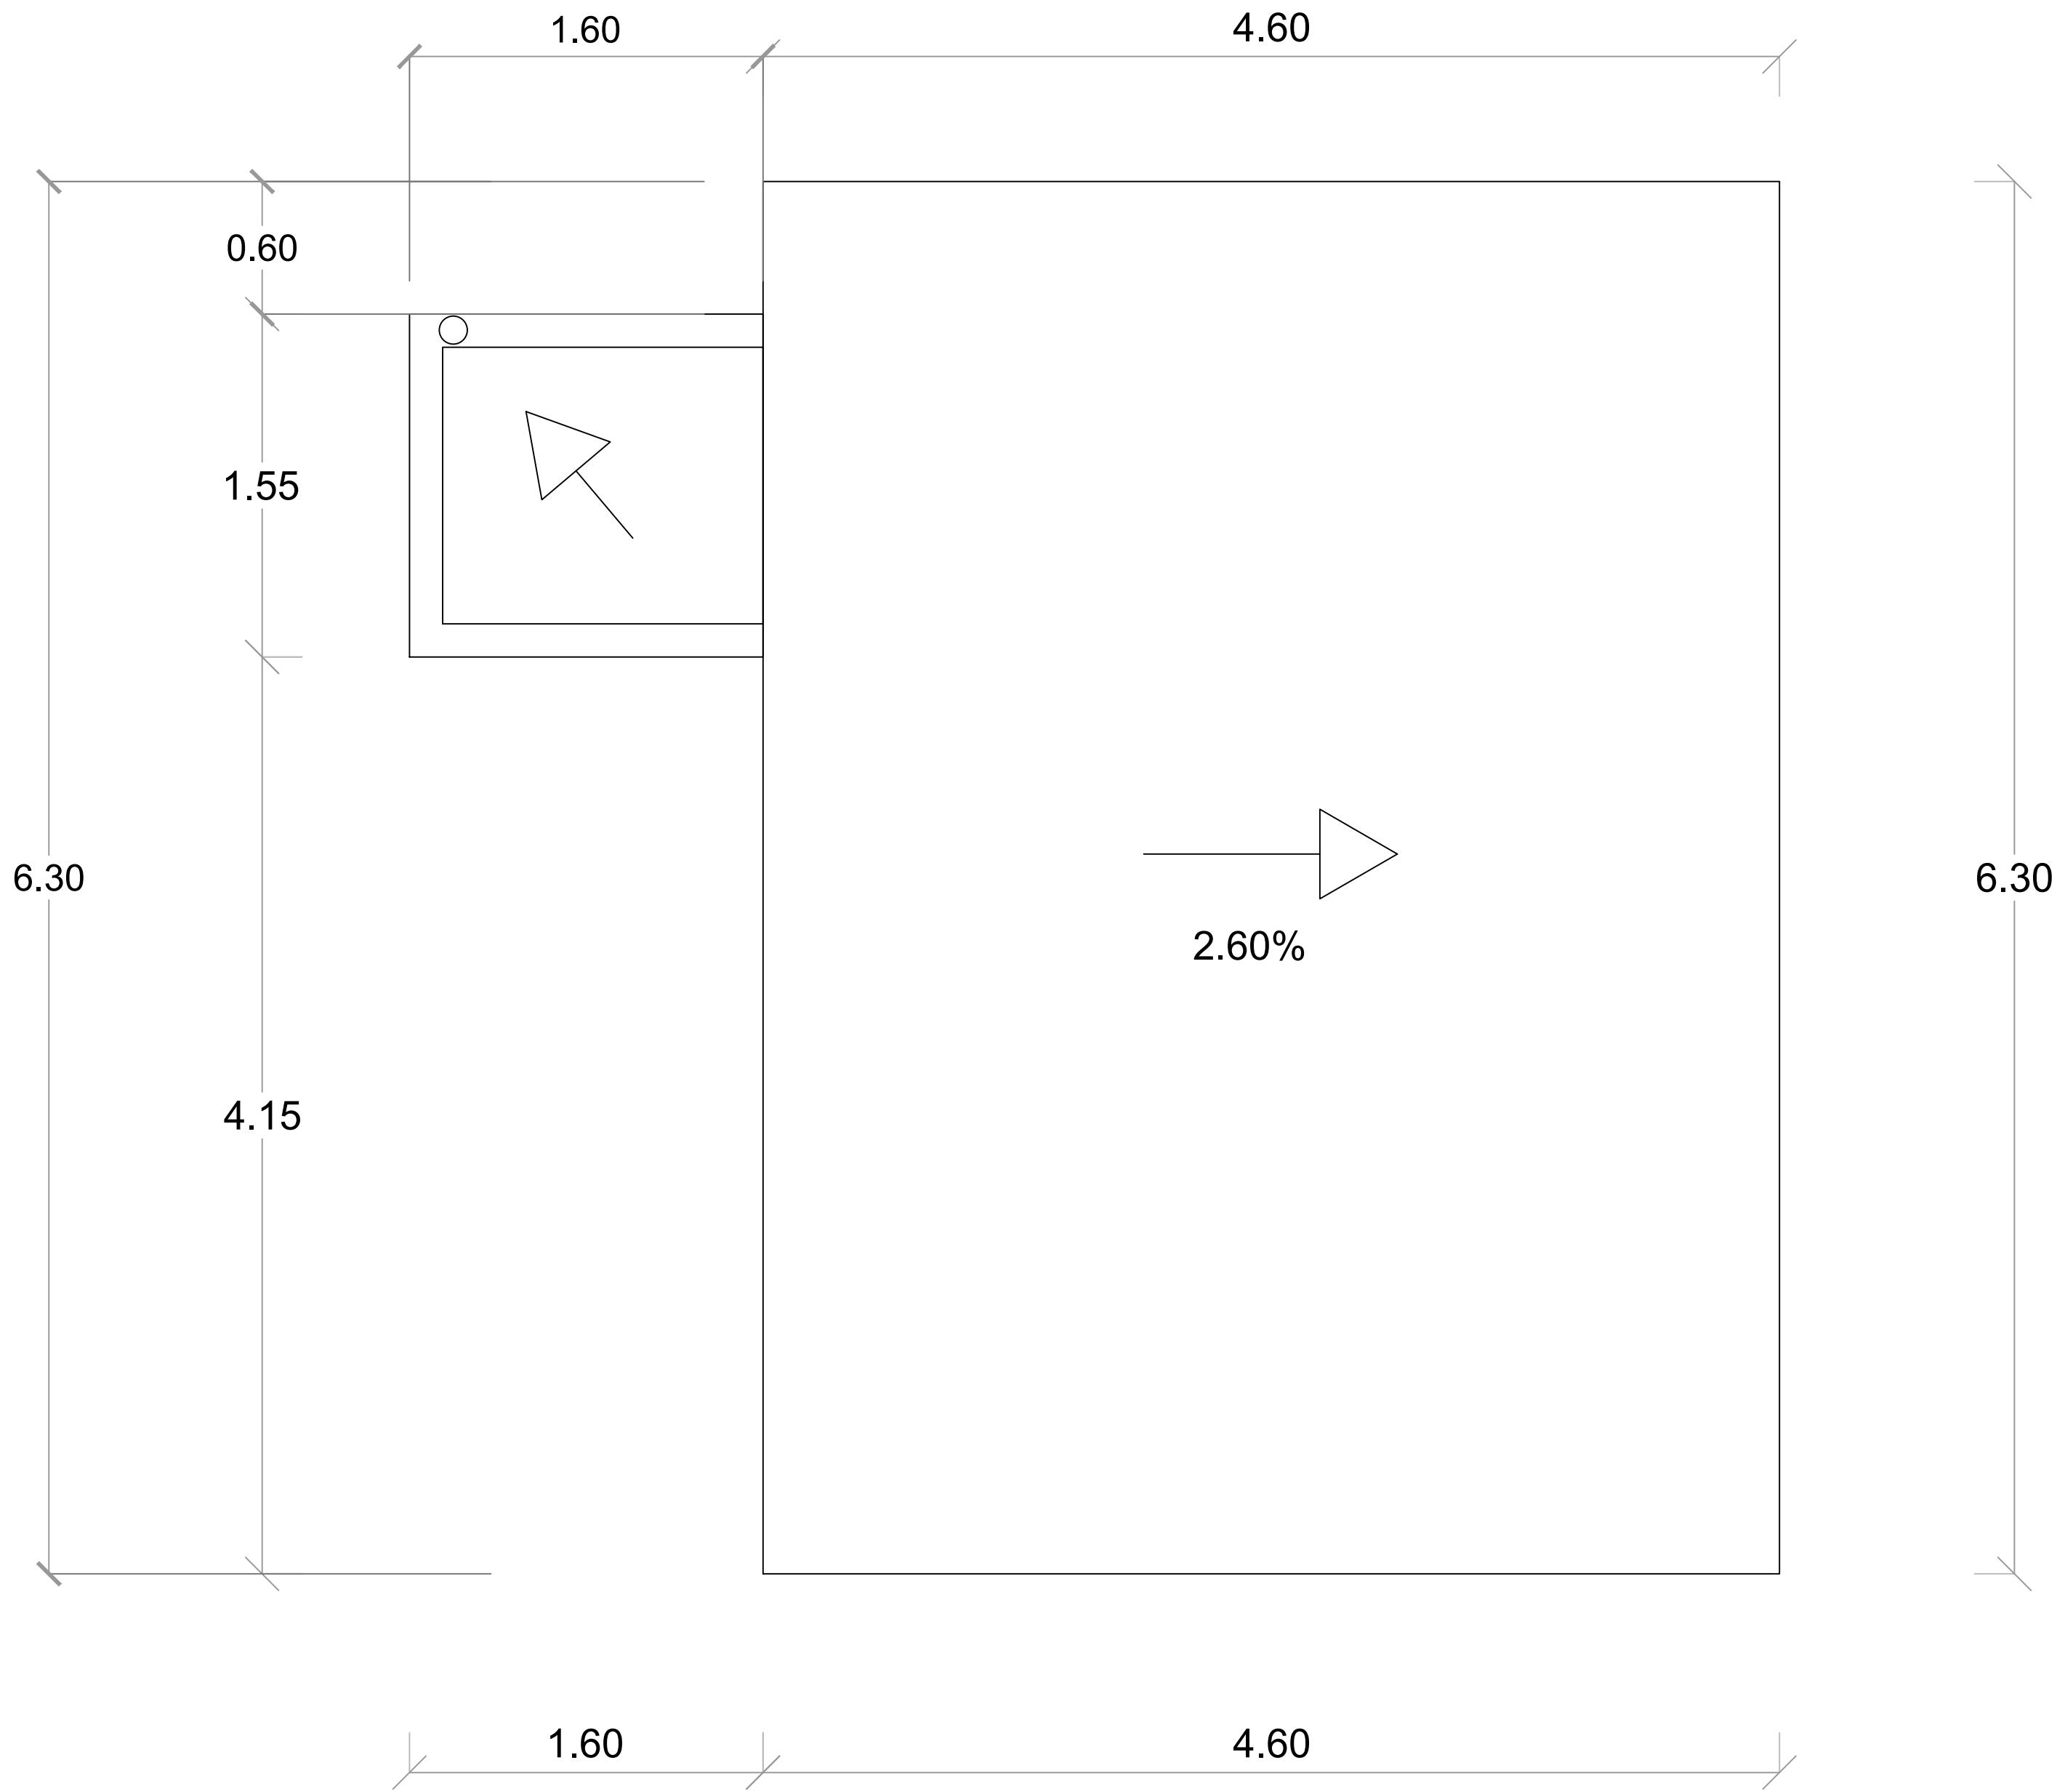

GOBIERNO DE LA
REPÚBLICA DOMINICANA

DIRECCION DE DESARROLLO
PROVINCIAL
DDP

Ave. Dr. Delgado, Esq. Moisés García,
Gazcue, Sto. Dgo., R.D.
TEL.: (809)-364-2189 | FAX.: (809)- 688-1665
E-Mail: info@cpadp.gob.do

PROYECTO:

CONSTRUCCIÓN CAMPO DE BÉISBOL
EL PEÑÓN, MUNICIPIO EL PEÑÓN,
PROVINCIA BARAHONA

EQUIPO DE TRABAJO:

DISEÑO ARQUITECTÓNICO
ARQ.

codia 00000

ENC. INGENIERÍA

ING. FIOR DALIZA BONIFACIO

codia 00000

ESTRUCTURAL

ING. Leopoldo Berroa

codia 00000

ELÉCTRICO

ING. Juan Pérez

codia 00000

HIDRO-SANITARIO

ING. Francis Estévez

codia 00000

SELLO DE APROBACIÓN:

FECHA:

CONTENIDO:

PLANTA ARQUITECTÓNICA
DE TECHO- CAFETERIA

ESCALA:

1:25

SEPTIEMBRE 2026

NO. PÁGINA:

033



PLANTA ARQUITECTÓNICA DE TECHO - CAFETERÍA

ESC. 1:25

PROYECTO:

**CONSTRUCCIÓN CAMPO DE BÉISBOL
EL PEÑÓN, MUNICIPIO EL PEÑÓN,
PROVINCIA BARAHONA**

EQUIPO DE TRABAJO:

DISEÑO ARQUITECTÓNICO
ARQ.

codia 00000

ENC. INGENIERÍA
ING. FIOR DALIZA BONIFACIO
codia 00000

ESTRUCTURAL
ING. Leopoldo Berroa
codia 00000

ELÉCTRICO
ING. Juan Pérez
codia 00000

HIDRO-SANITARIO
ING. Francis Estévez
codia 00000

SELLO DE APROBACIÓN:

FECHA:

CONTENIDO:

PLANTA ARQUITECTÓNICA
CAFETERÍA


ESCALA:

1:25


SEPTIEMBRE 2026

NO. PÁGINA:


034

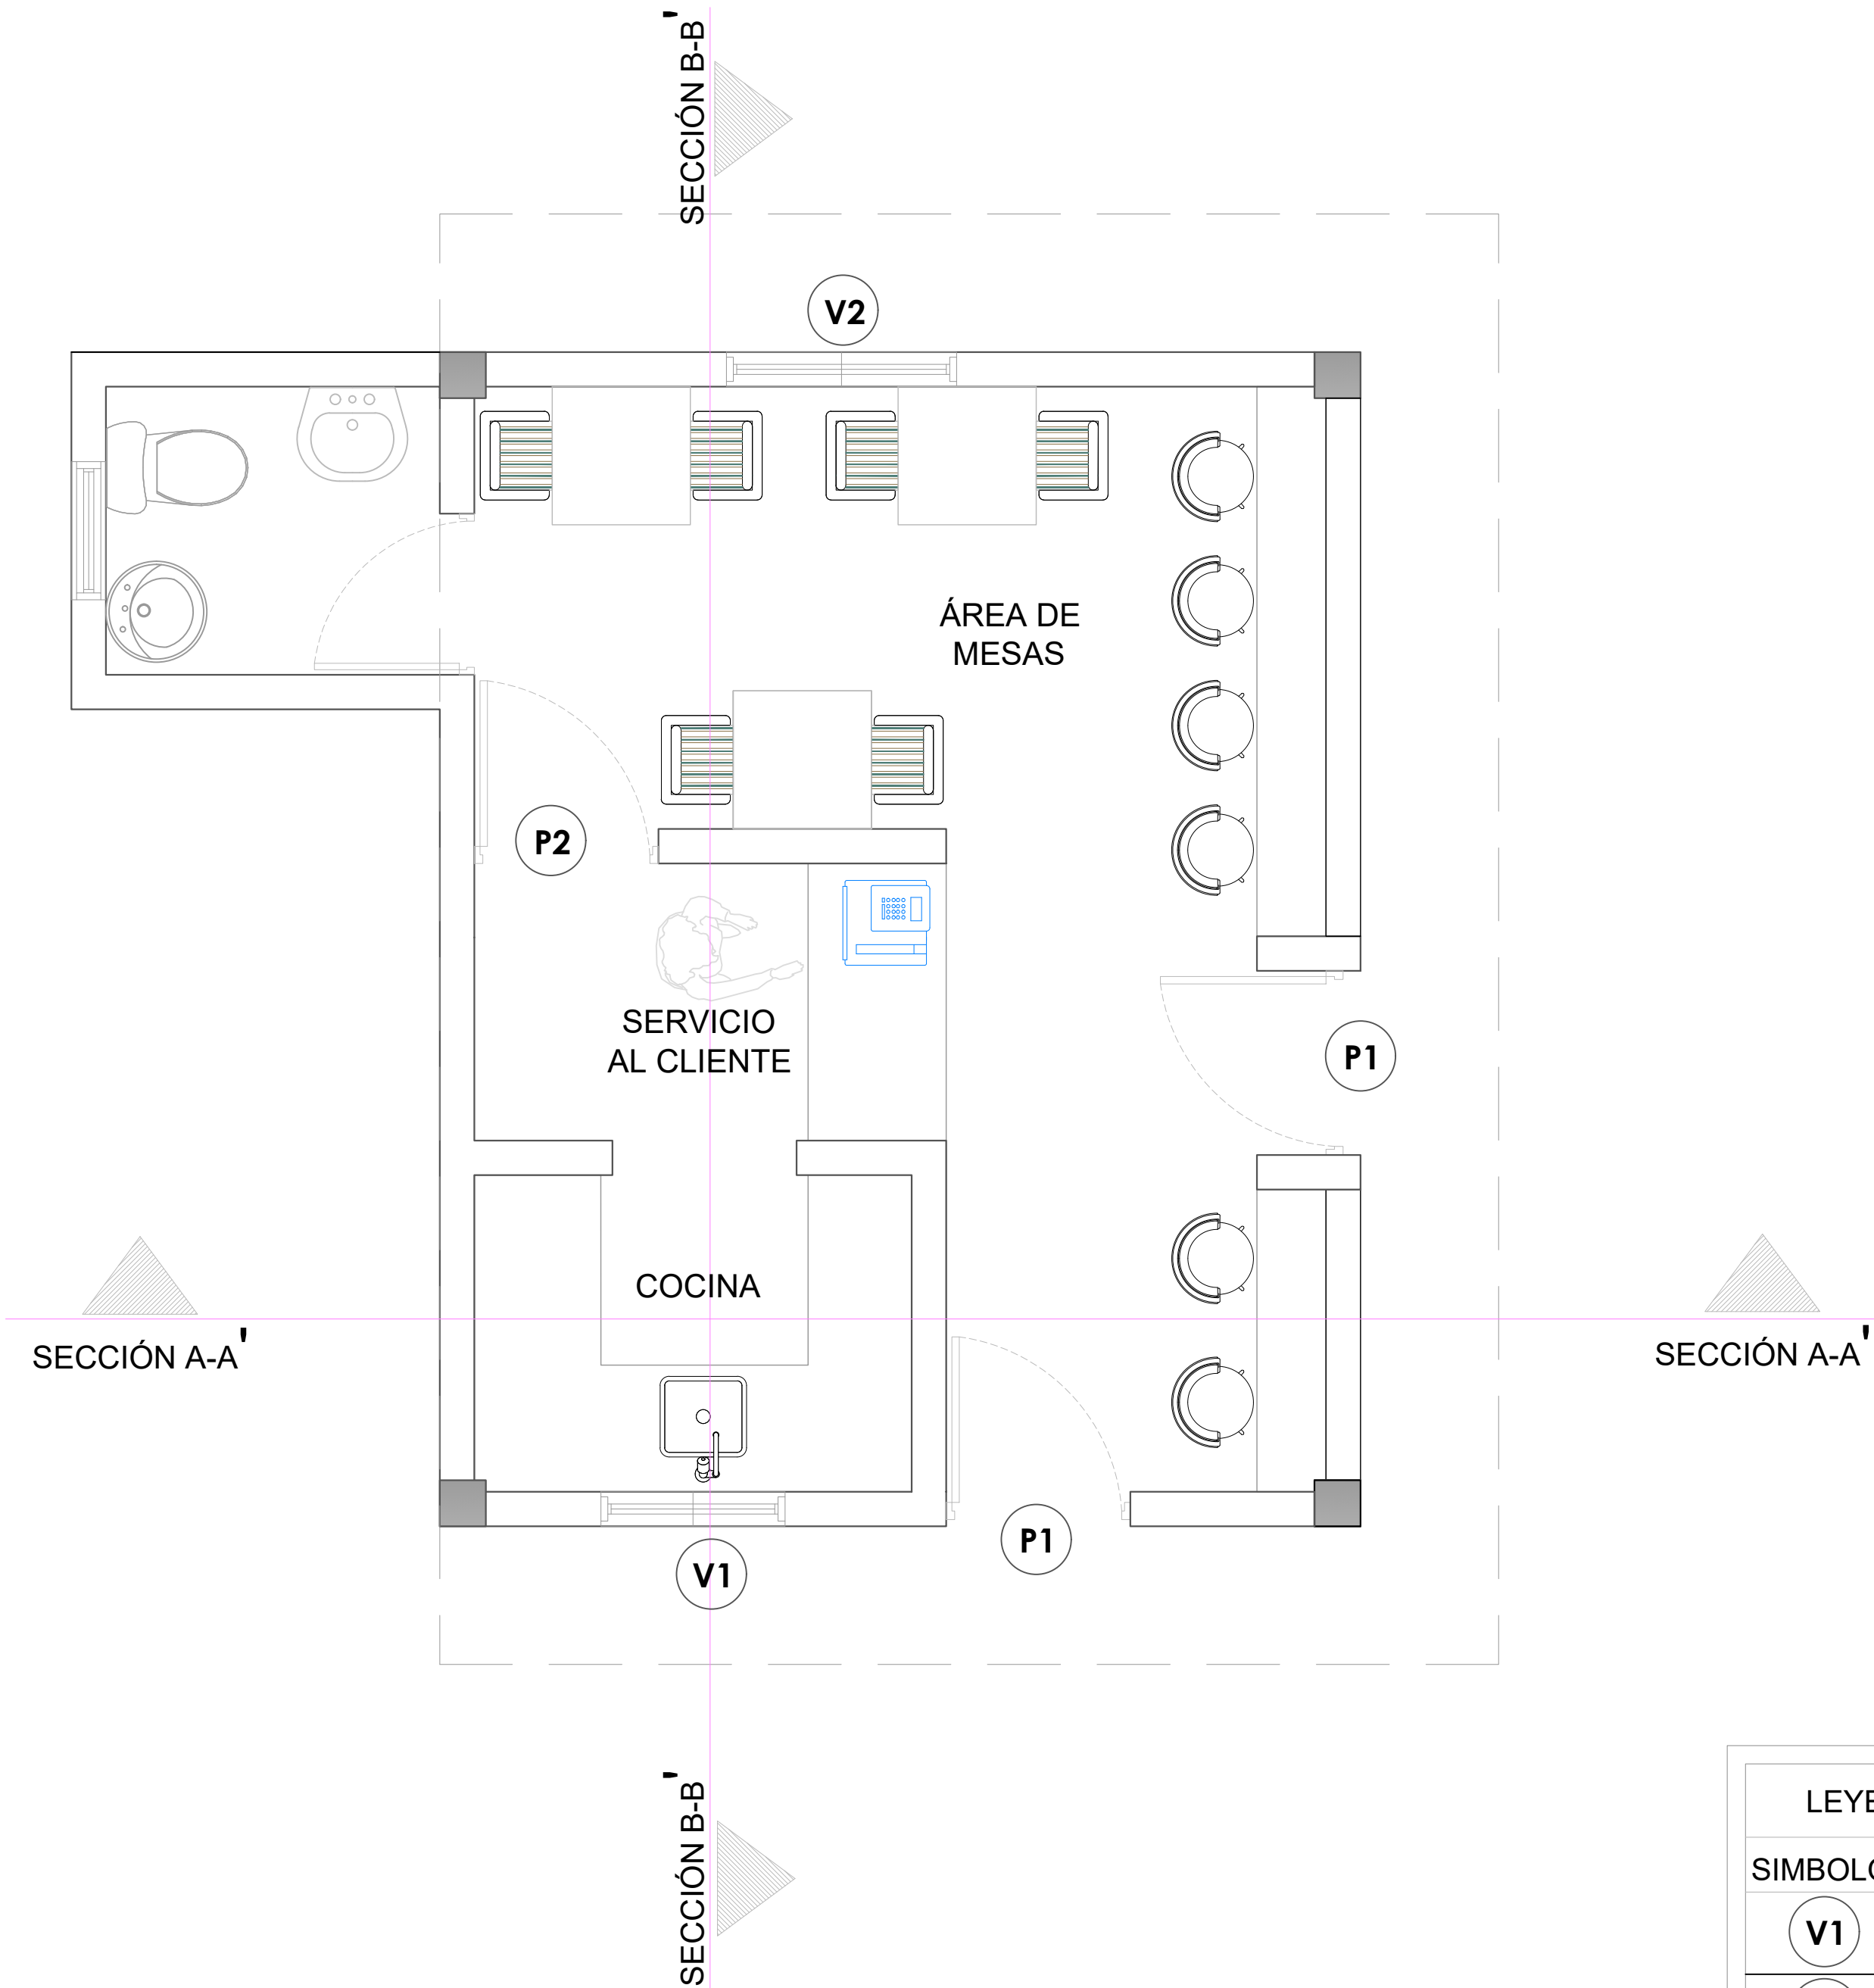


LEYENDA DE PUERTAS Y VENTANAS		
SIMBOLO	DESCRIPCION	CANTIDAD
V1	VENTANA DE CELOSIA METALICA Dim= 0.80m X 1.10m	1
V2	VENTANA DE CELOSIA METALICA Dim= 1.00m X 1.10m	1
P1	PUERTA COMERCIAL VIDRIO Y ALUMINIO Dim= 0.80 m X 2.10 m	2
P2	PUERTA POLIMETALICA Dim= 0.80 m X 2.10 m	1

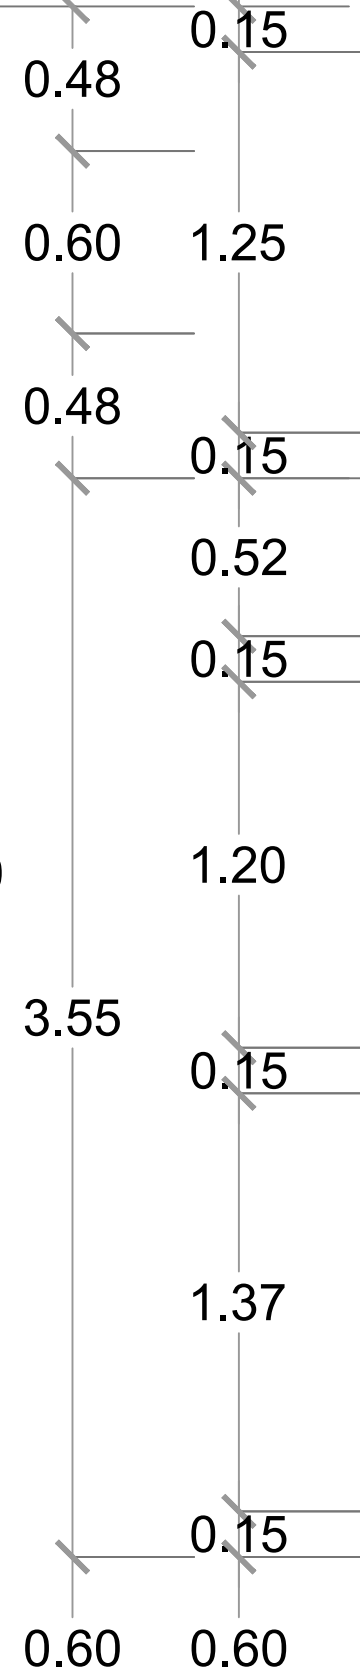

035

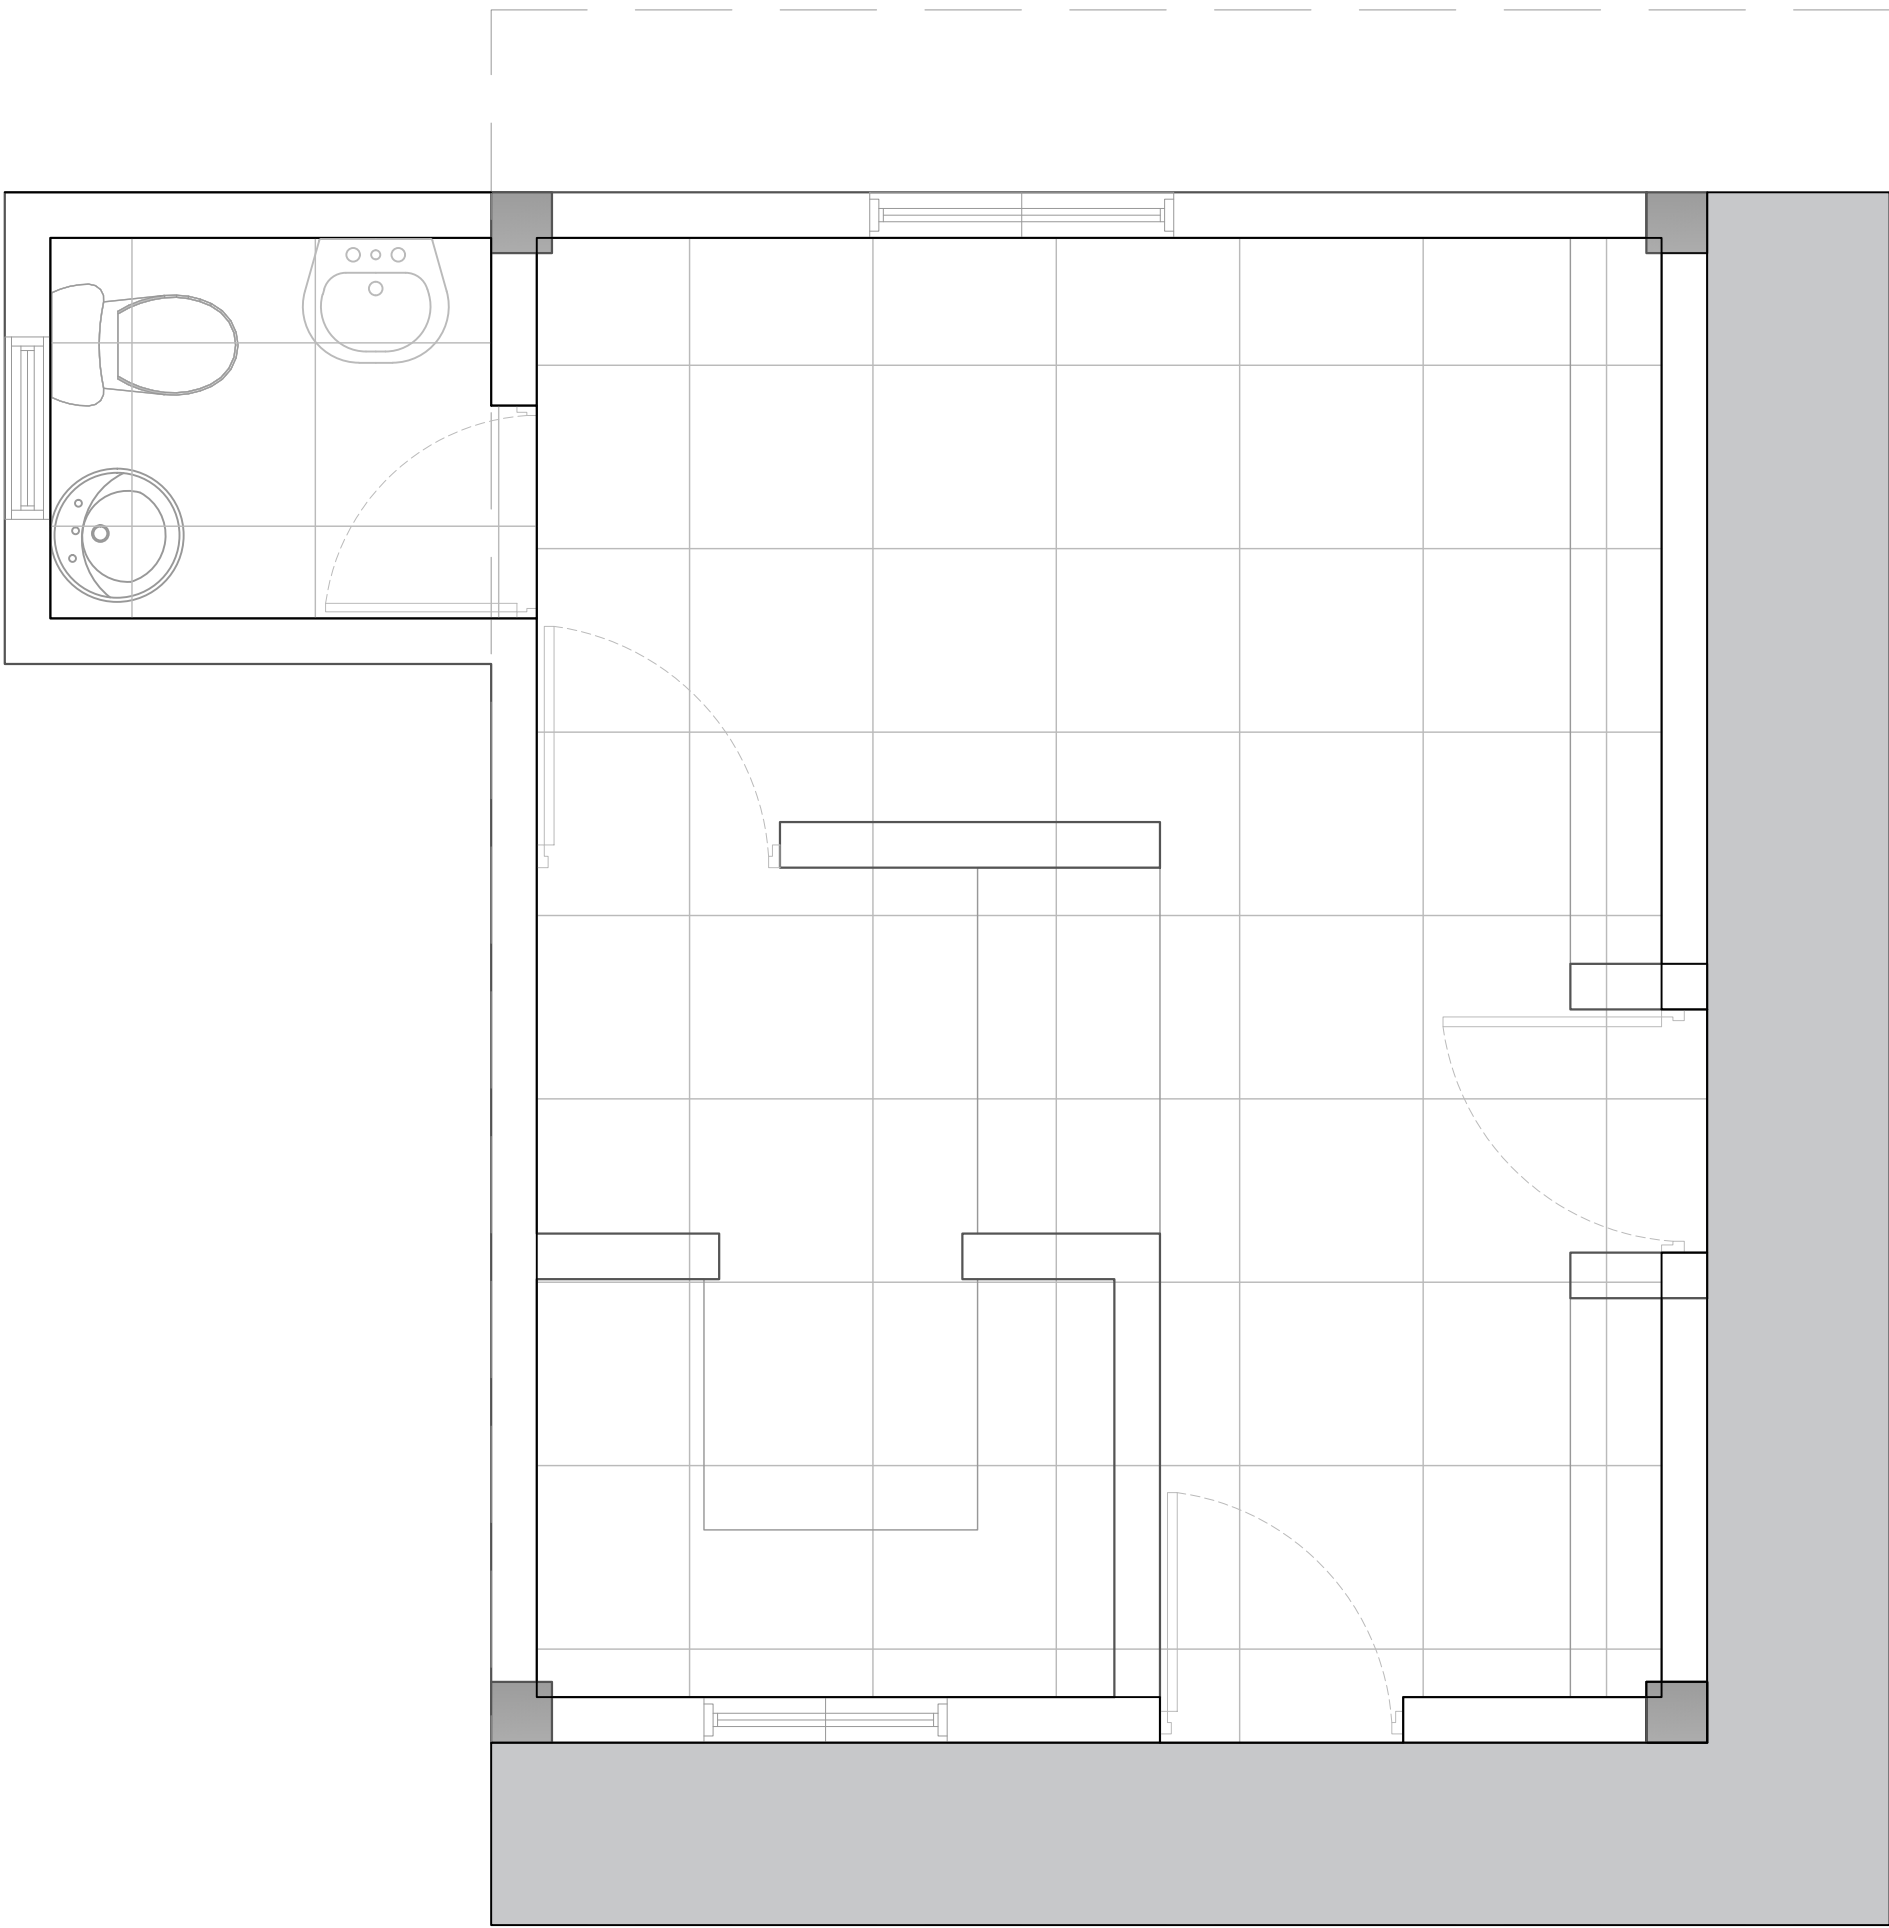

LEYENDA DE PISO		
SIMBOLO	DESCRIPCIÓN	CANTIDAD
	HORMIGÓN	5.82 m2
	PORCELANATO CREMA 0.60 M X 0.60M	20.00 m2

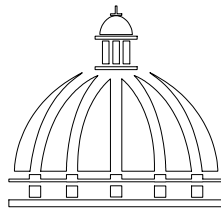

GOBIERNO DE LA
REPÚBLICA DOMINICANA

DIRECCION DE DESARROLLO
PROVINCIAL
DDP

Ave. Dr. Delgado, Esq. Moisés García,
Gazcue, Sto. Dgo., R.D.
TEL.: (809)-364-2189 | FAX.: (809)- 688-1665
E-Mail: info@cpadp.gob.do

PROYECTO:

CONSTRUCCIÓN CAMPO DE BÉISBOL
EL PEÑÓN, MUNICIPIO EL PEÑÓN,
PROVINCIA BARAHONA

EQUIPO DE TRABAJO:

DISEÑO ARQUITECTÓNICO
ARQ.

codia 00000

ENC. INGENIERÍA

ING. FIOR DALIZA BONIFACIO

codia 00000

ESTRUCTURAL

ING. Leopoldo Berroa

codia 00000

ELÉCTRICO

ING. Juan Pérez

codia 00000

HIDRO-SANITARIO

ING. Francis Estévez

codia 00000

SELLO DE APROBACIÓN:

FECHA:

CONTENIDO:

PLANTA ARQUITECTÓNICA
DE PISO- CAFETERIA


ESCALA:

1:25


SEPTIEMBRE 026

NO. PÁGINA:


036

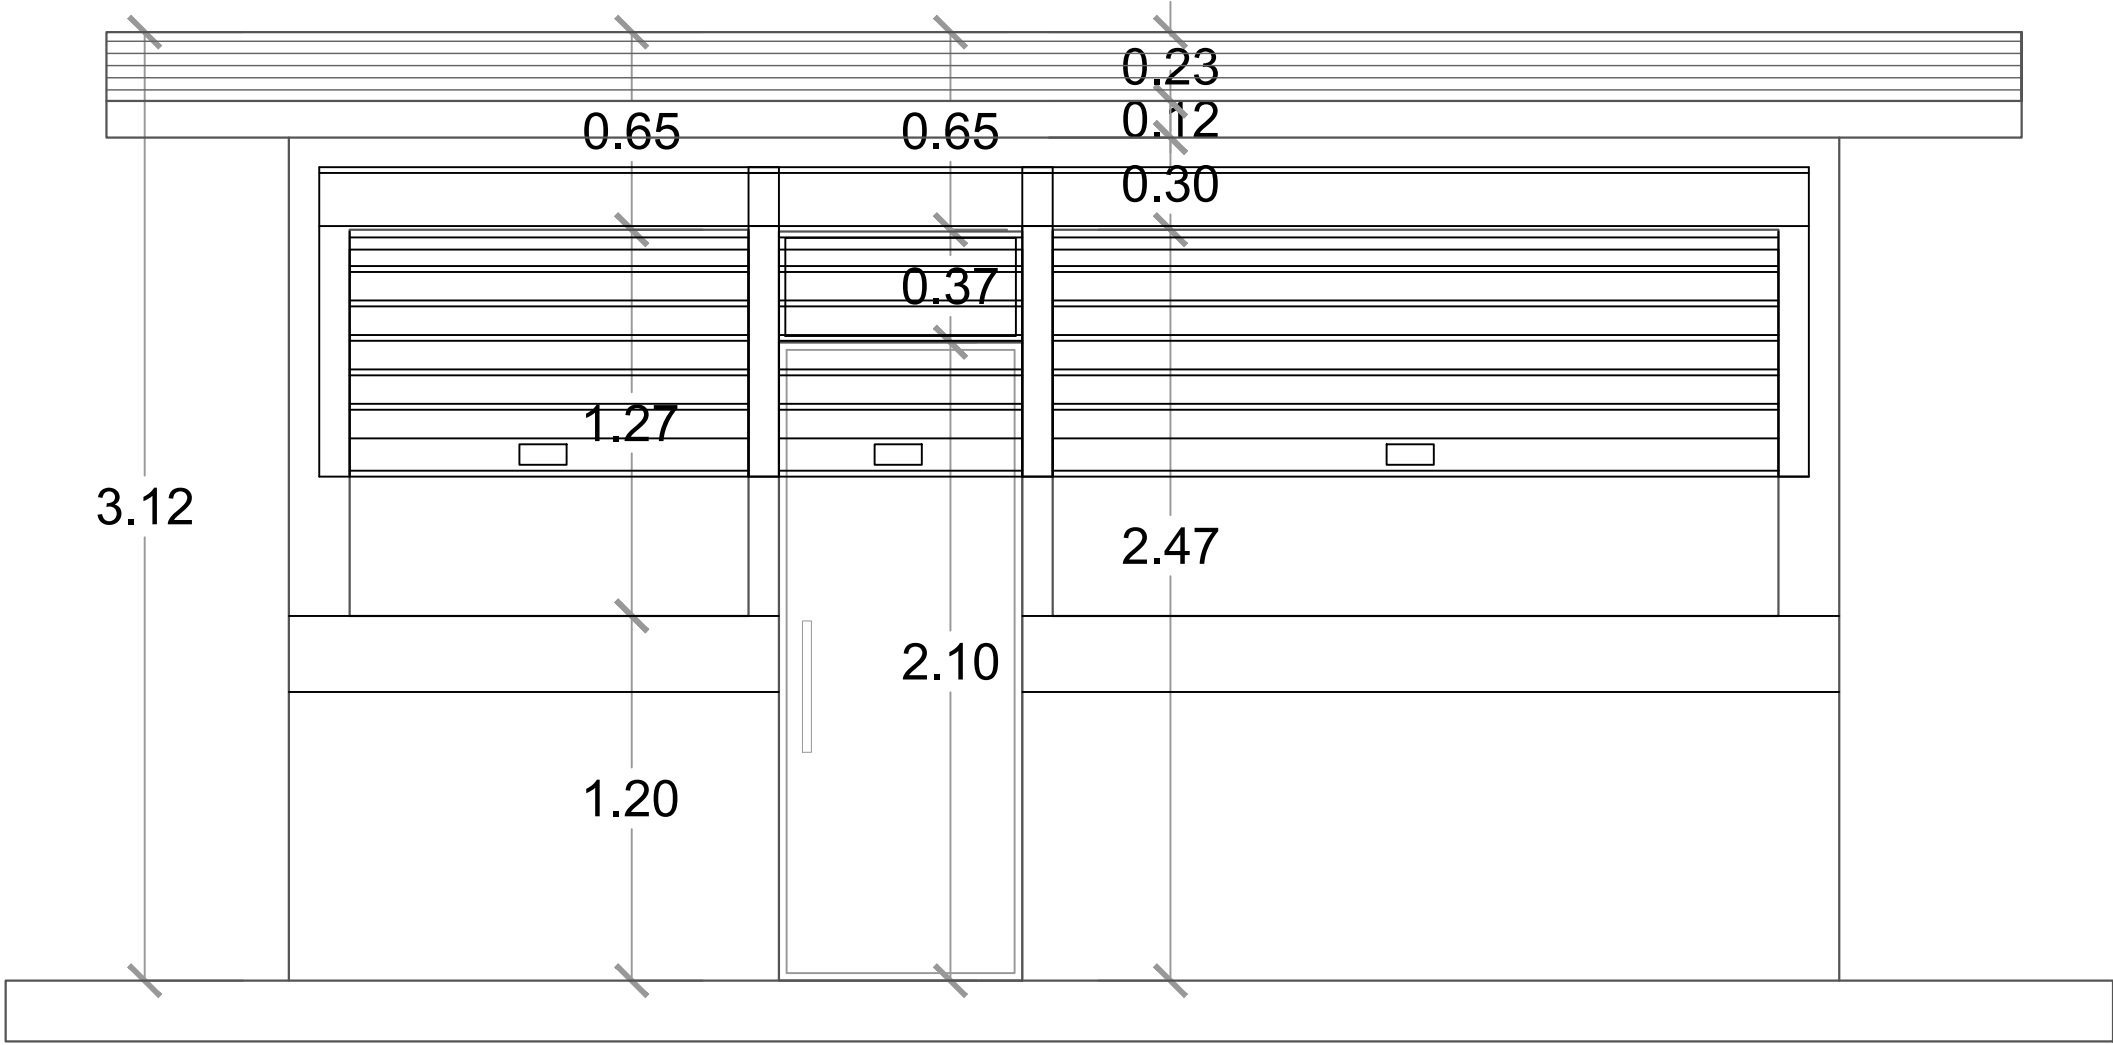

ELEVACIÓN FRONTAL - CAFETERÍA
ESC. 1:20

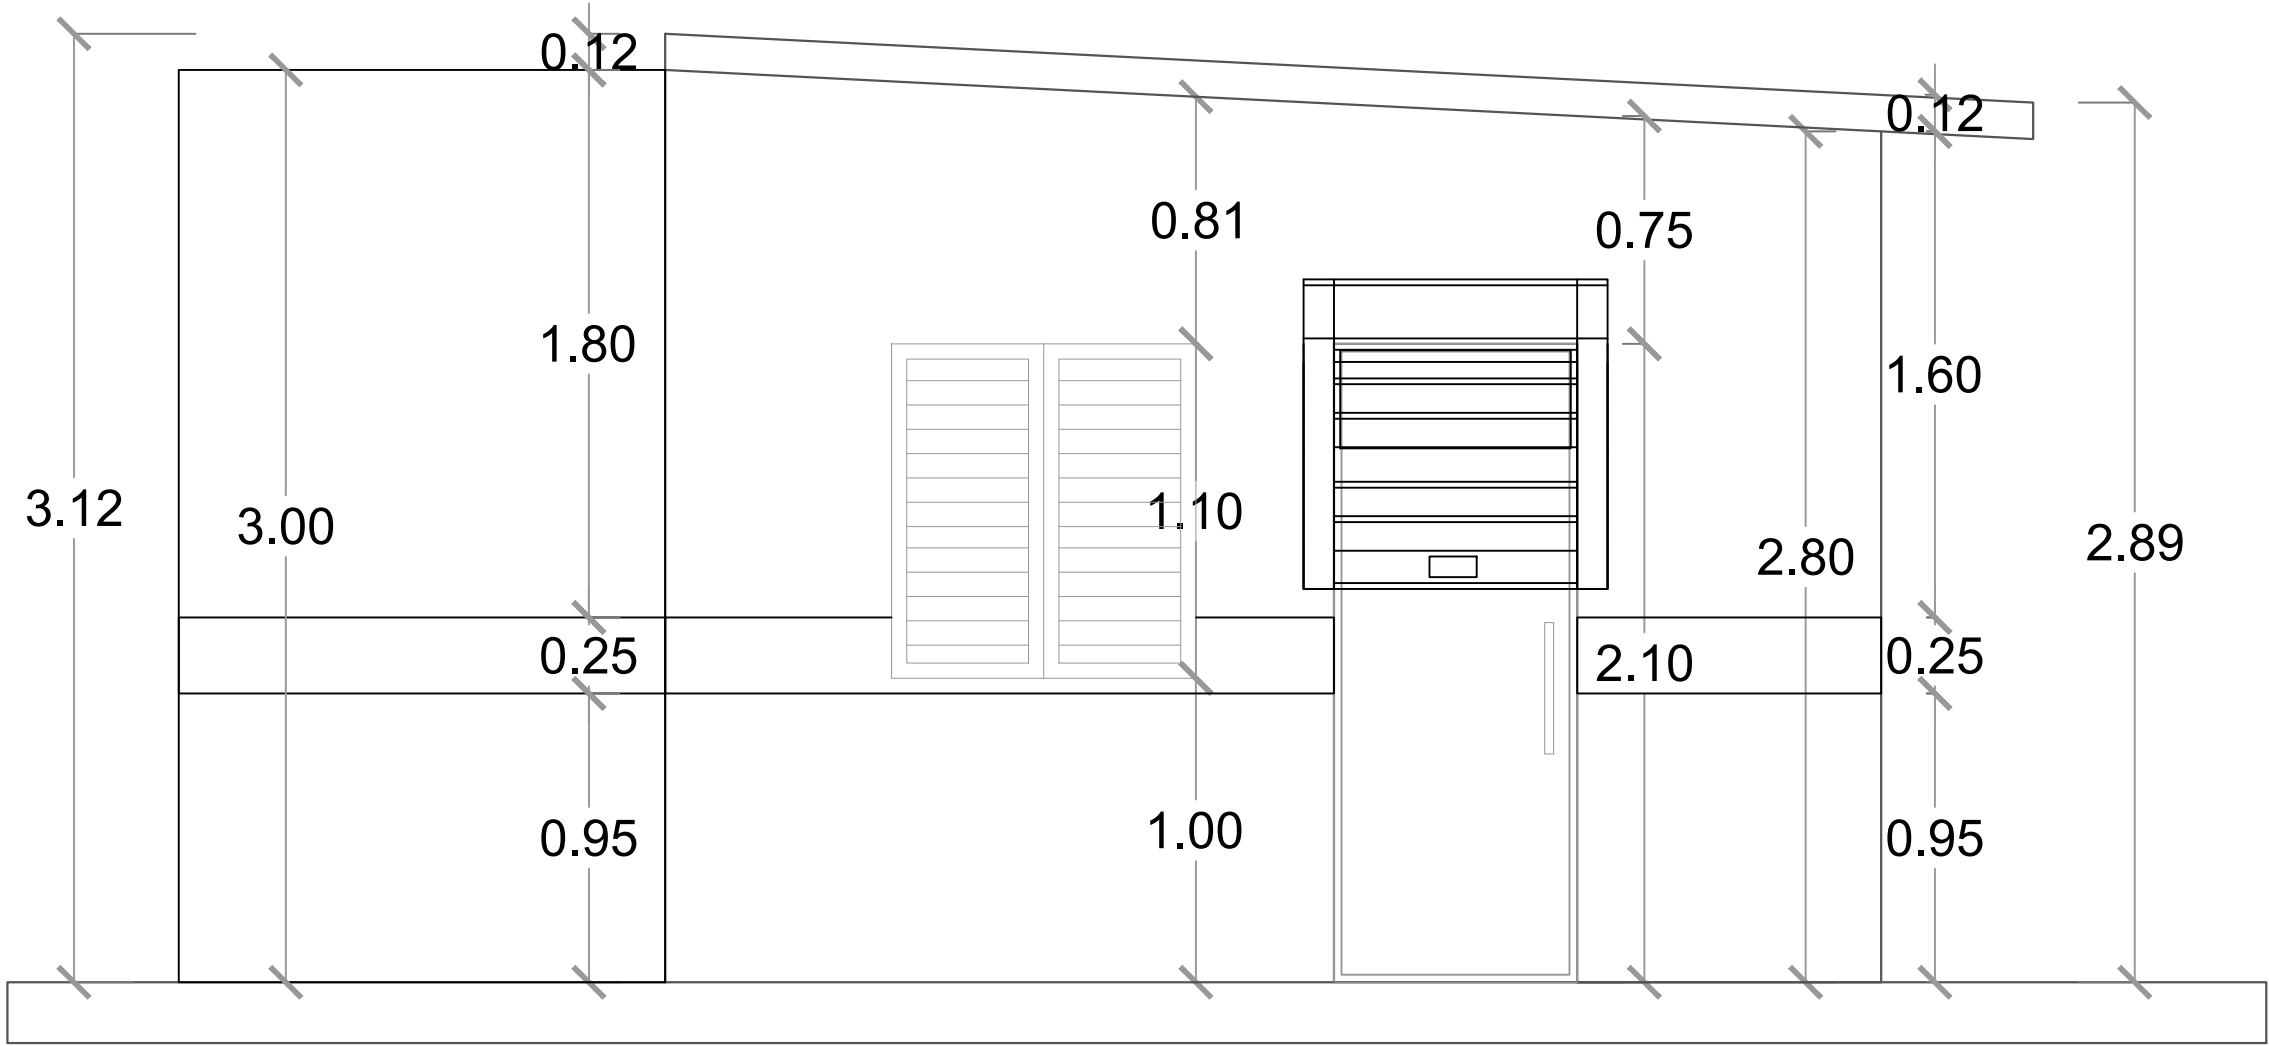

ELEVACIÓN LATERAL DERECHA - CAFETERÍA
ESC. 1:20

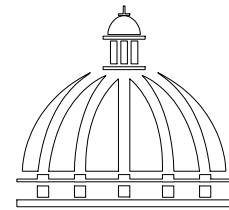

GOBIERNO DE LA
REPÚBLICA DOMINICANA

DIRECCION DE DESARROLLO
PROVINCIAL
DDP

Ave. Dr. Delgado, Esq. Moises García,
Gazcue, Sto. Dgo., R.D.
TEL.: (809)-364-2189 | FAX.: (809)- 688-1665
E-Mail: info@cpadp.gob.do

PROYECTO:
**CONSTRUCCIÓN CAMPO DE BÉISBOL
EL PEÑÓN, MUNICIPIO EL PEÑÓN,
PROVINCIA BARAHONA**

EQUIPO DE TRABAJO:
DISEÑO ARQUITECTÓNICO
ARQ. _____
codia 00000
ENC. INGENIERÍA
ING. FIOR DALIZA BONIFACIO
codia 00000
ESTRUCTURAL
ING. Leopoldo Berroa
codia 00000
ELÉCTRICO
ING. Juan Pérez
codia 00000
HIDRO-SANITARIO
ING. Francis Estévez
codia 00000

SELLO DE APROBACIÓN:


FECHA: _____

CONTENIDO:
ELEVACIONES - CAFETERIA


ESCALA:
1:25

SEPTIEMBRE 2026

NO. PÁGINA:
037

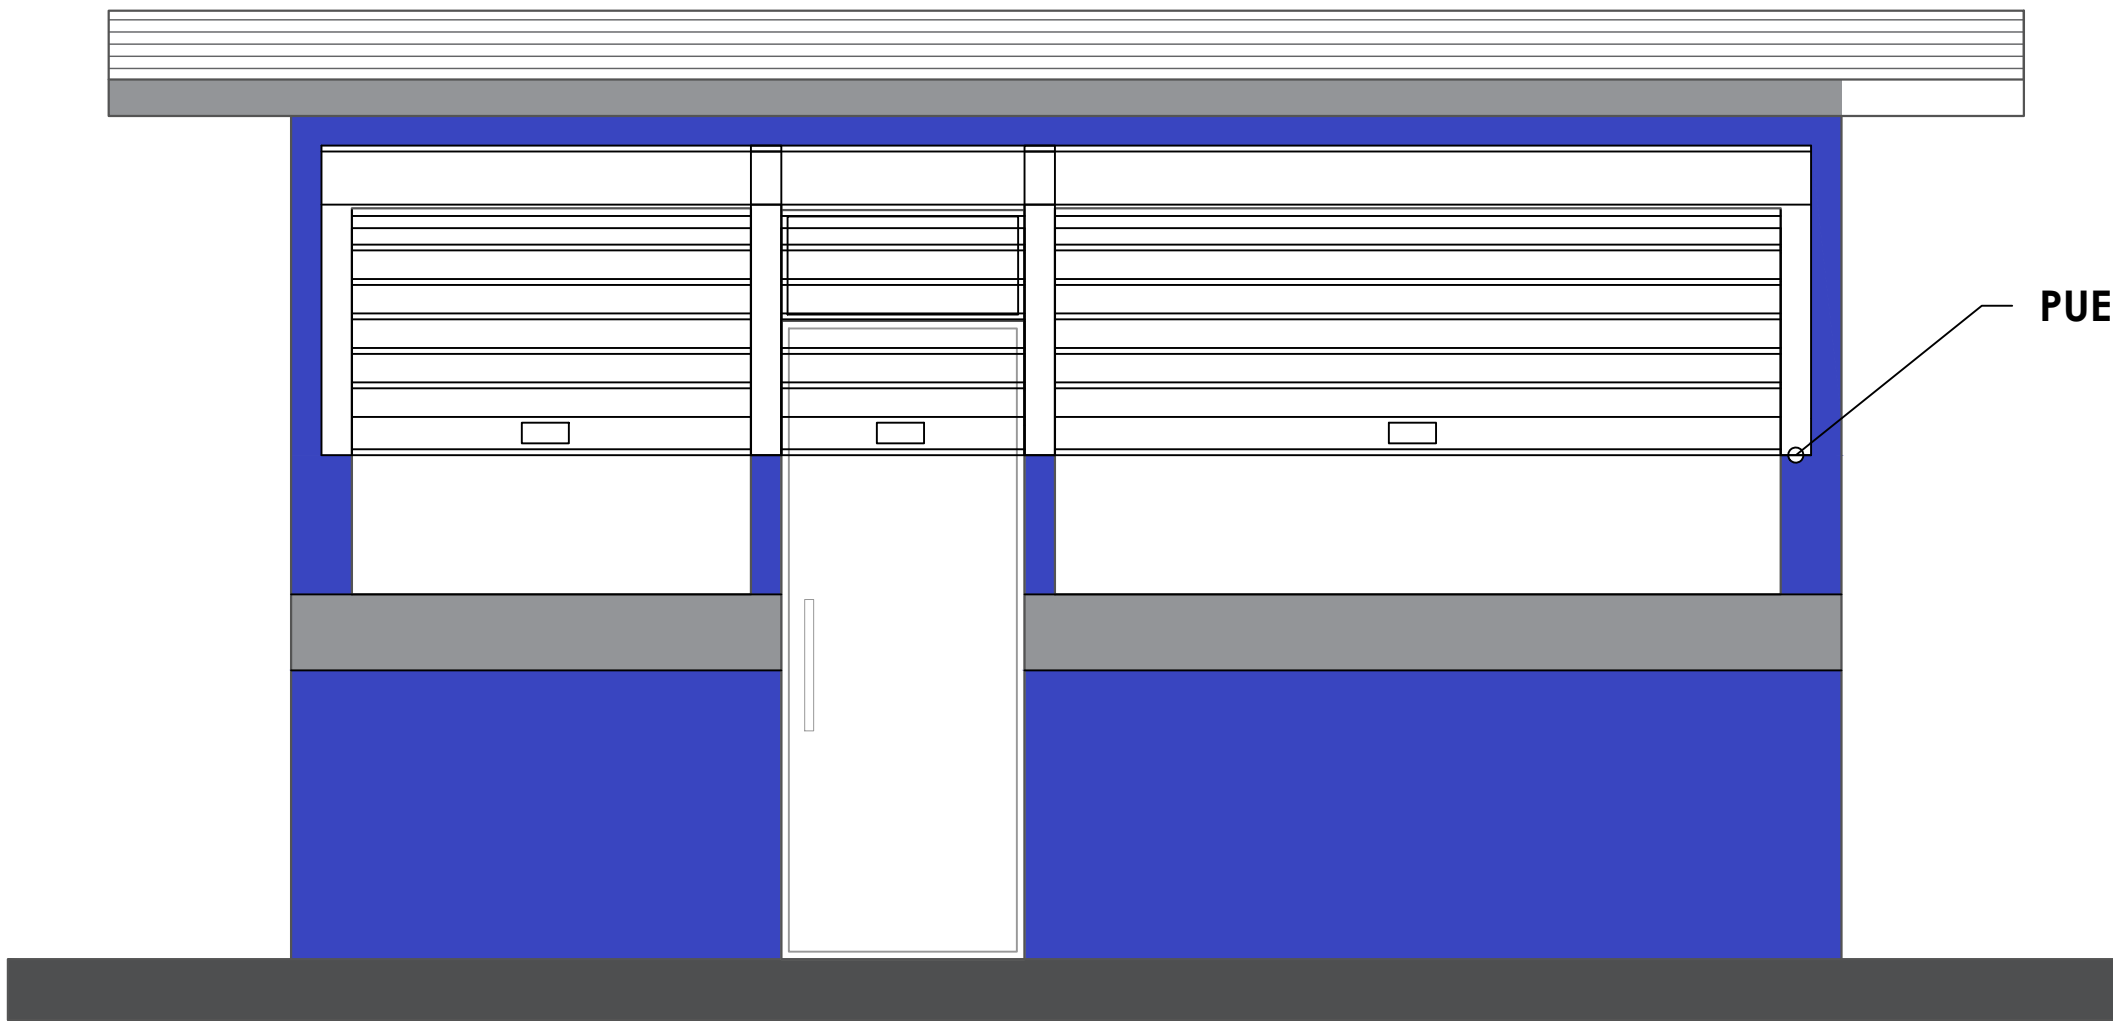


ELEVACIÓN FRONTAL - CAFETERÍA
ESC. 1:20

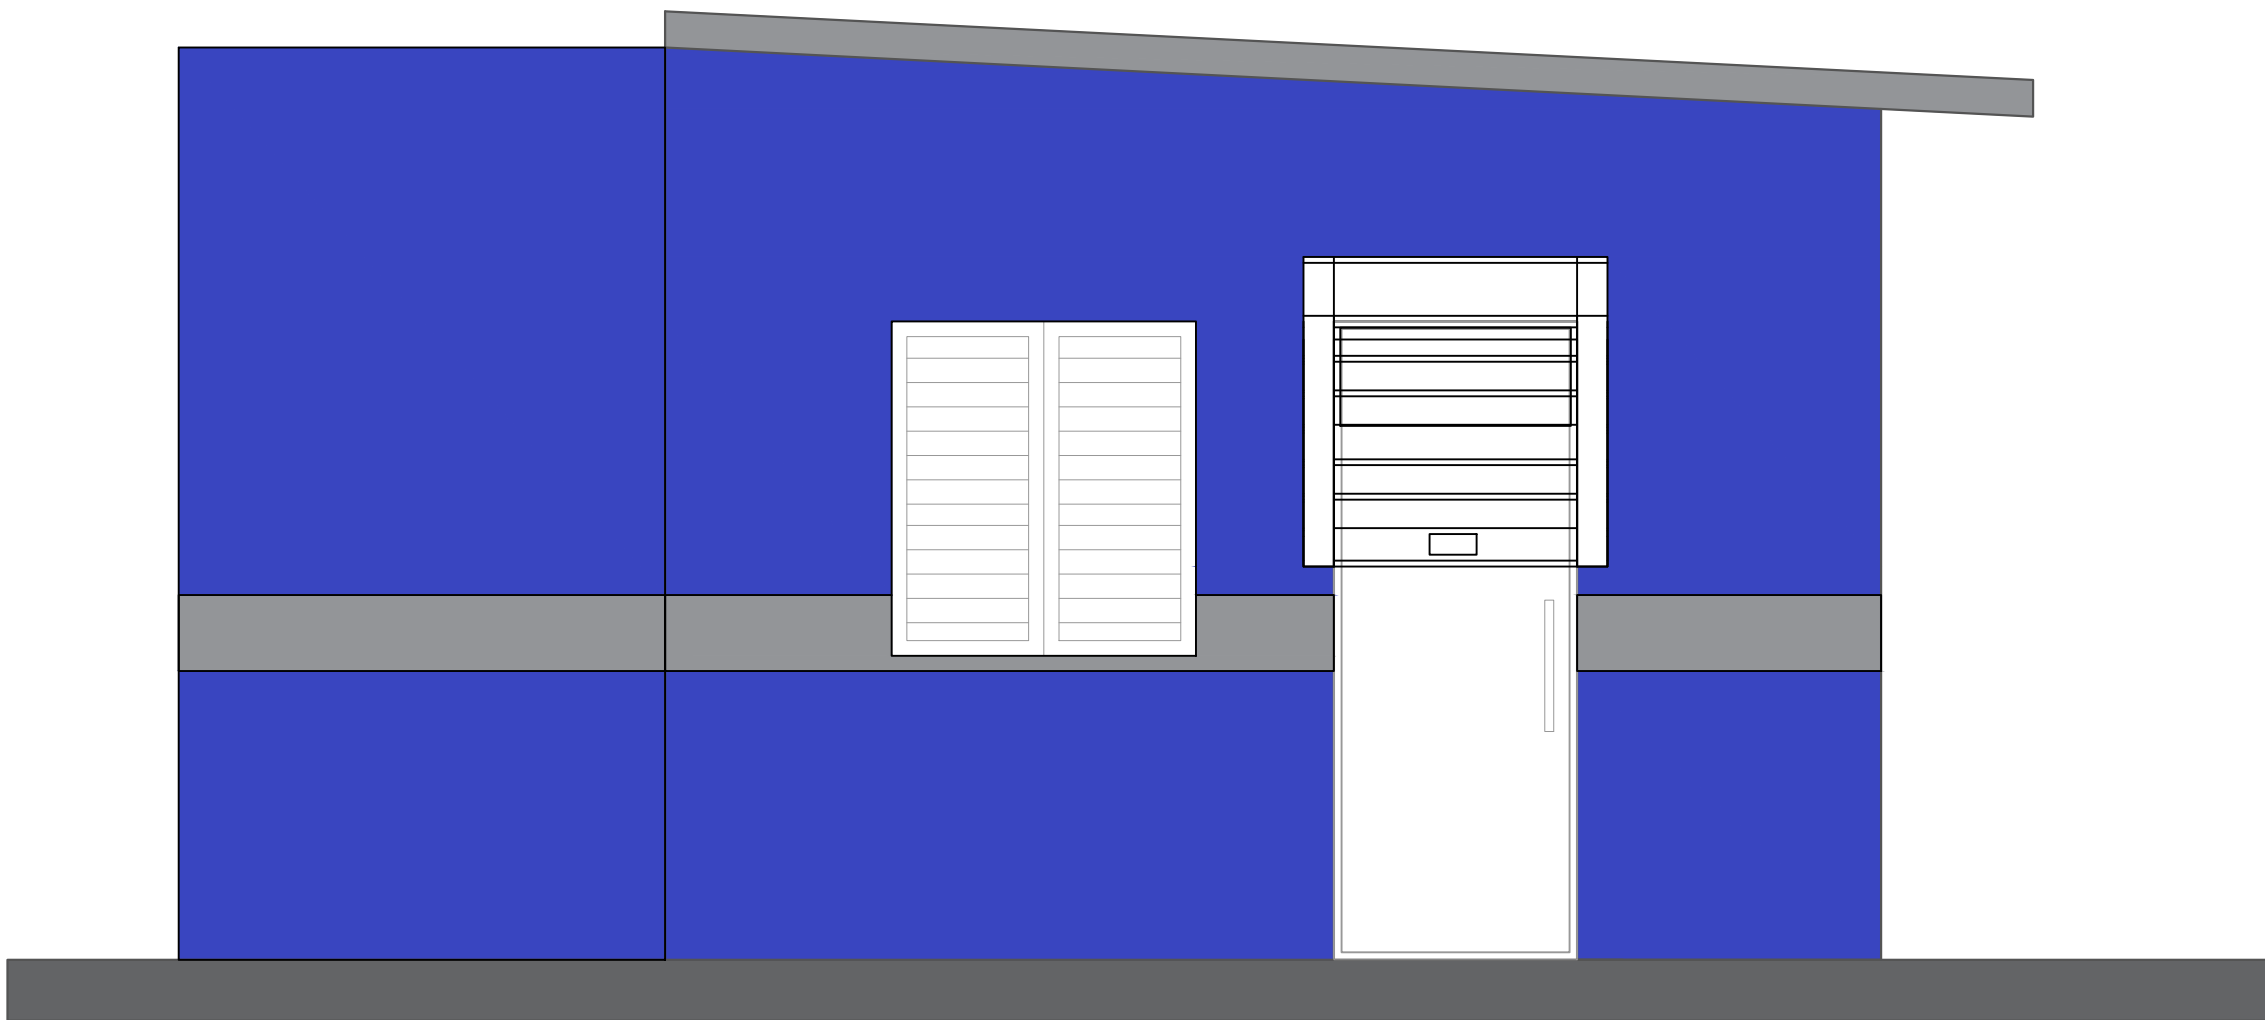

ELEVACIÓN LATERAL DERECHA - CAFETERÍA
ESC. 1:20

- Nota: Estos colores son una simulación
- Paredes exteriores, azul positivo 93 Pinturas Tropical
 - Techo y interior, Blanco 00 Pinturas Popular
 - Detalles, Gris 59 Pinturas Popular

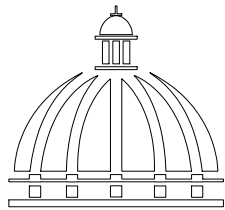

GOBIERNO DE LA
REPÚBLICA DOMINICANA

DIRECCION DE DESARROLLO
PROVINCIAL
DDP

Ave. Dr. Delgado, Esq. Moises García,
Gazcue, Sto. Dgo., R.D.
TEL.: (809)-364-2189 | FAX.: (809)- 688-1665
E-Mail: info@cpadp.gob.do

PROYECTO:

CONSTRUCCIÓN CAMPO DE BÉISBOL
EL PEÑÓN, MUNICIPIO EL PEÑÓN,
PROVINCIA BARAHONA

EQUIPO DE TRABAJO:

DISEÑO ARQUITECTÓNICO
ARQ.

codia 00000

ENC. INGENIERÍA

ING. FIOR DALIZA BONIFACIO

codia 00000

ESTRUCTURAL

ING. Leopoldo Berroa

codia 00000

ELÉCTRICO

ING. Juan Pérez

codia 00000

HIDRO-SANITARIO

ING. Francis Estévez

codia 00000

SELLO DE APROBACIÓN:

FECHA:

CONTENIDO:

ELEVACIONES CON TECNICA
CAFETERIA


ESCALA:


1:25


SEPTIEMBRE 2026


NO. PÁGINA:


038

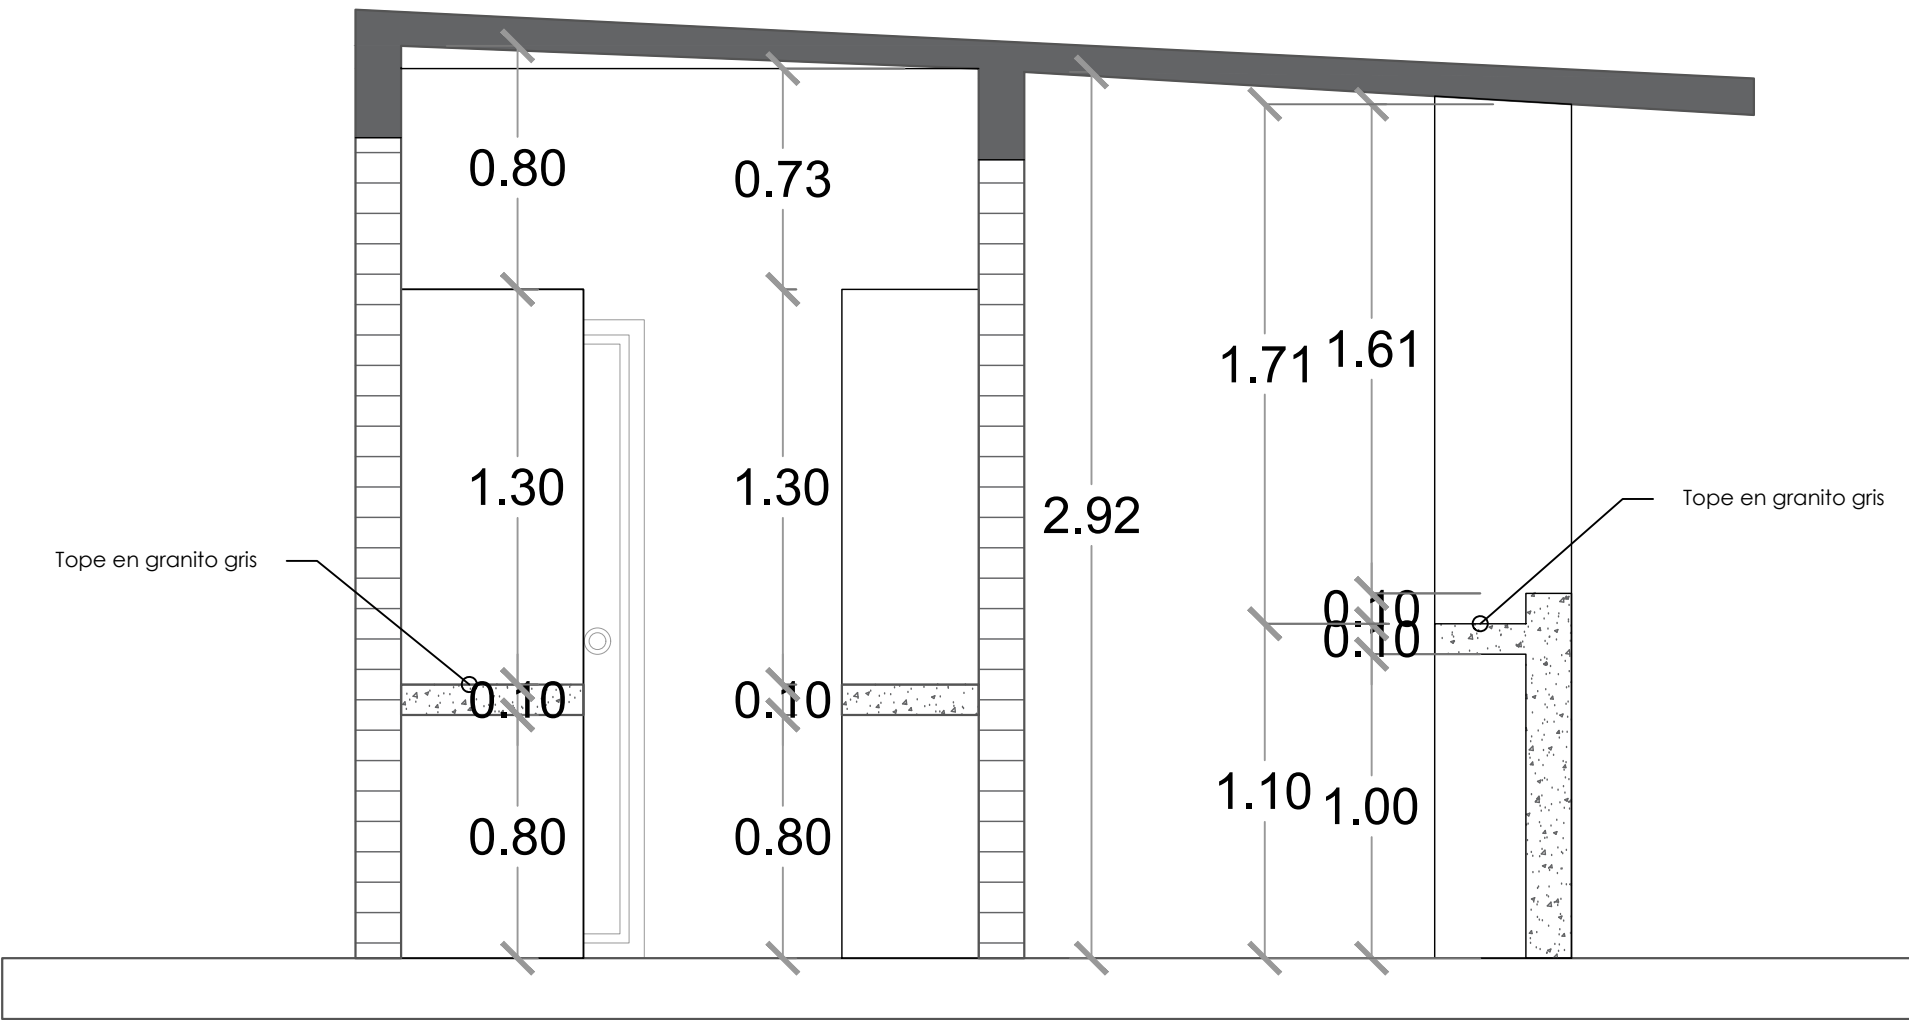

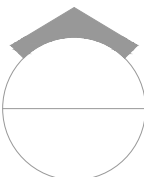 SECCIÓN A-A
ESC. 1:20

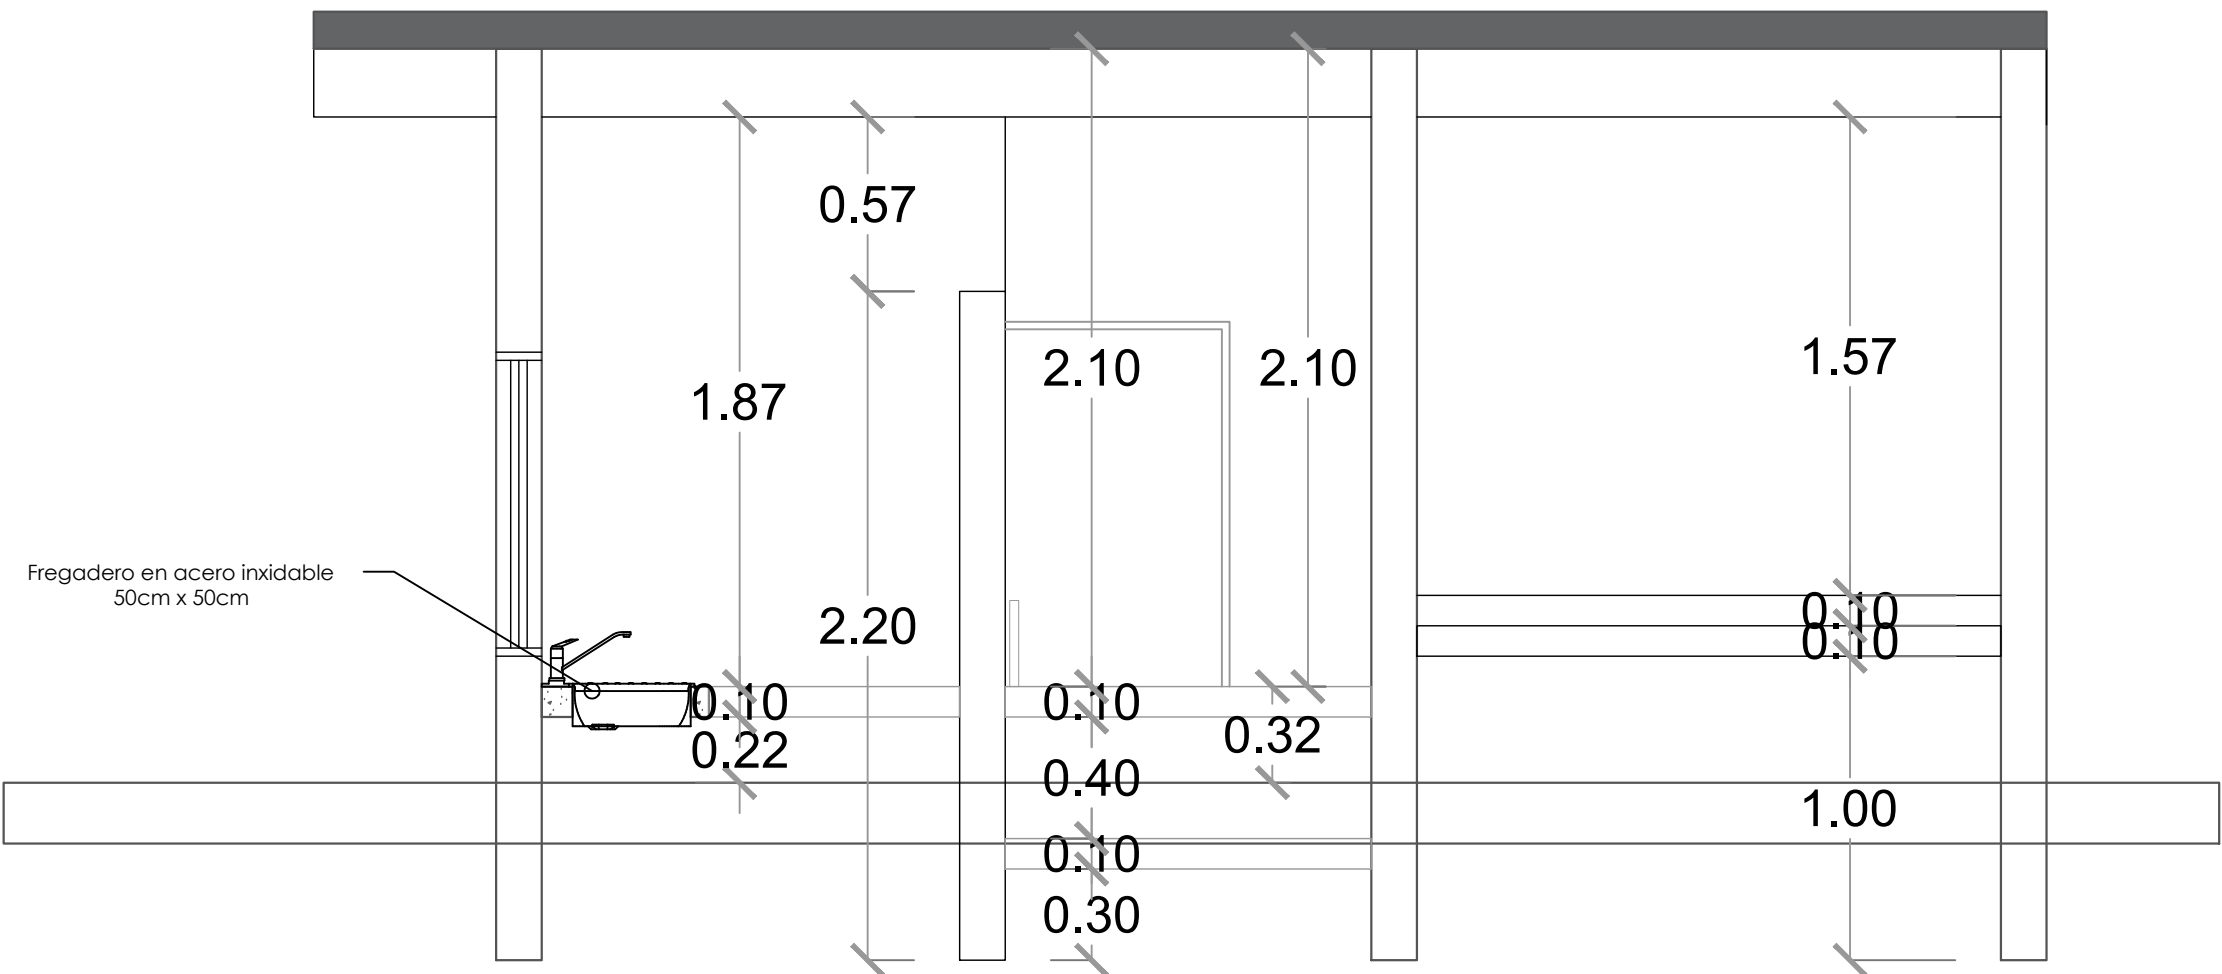

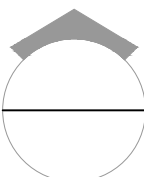 SECCIÓN B-B
ESC. 1:20

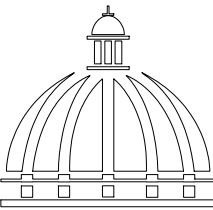

GOBIERNO DE LA
REPÚBLICA DOMINICANA

DIRECCION DE DESARROLLO
PROVINCIAL
DDP

Ave. Dr. Delgado, Esq. Moisés García,
Gazcue, Sto. Dgo., R.D.
TEL.: (809)-364-2189 | FAX.: (809)- 688-1665
E-Mail: info@cpadp.gob.do

PROYECTO:

CONSTRUCCIÓN CAMPO DE BÉISBOL
EL PEÑÓN, MUNICIPIO EL PEÑÓN,
PROVINCIA BARAHONA

EQUIPO DE TRABAJO:

DISEÑO ARQUITECTÓNICO
ARQ.

codia 00000

ENC. INGENIERÍA

ING. FIOR DALIZA BONIFACIO

codia 00000

ESTRUCTURAL

ING. Leopoldo Berroa

codia 00000

ELÉCTRICO

ING. Juan Pérez

codia 00000

HIDRO-SANITARIO

ING. Francis Estévez

codia 00000

SELLO DE APROBACIÓN:

FECHA:

CONTENIDO:

SECCIONES CAFETERIA

ESCALA:

1:25

SEPTIEMBRE 2026

NO. PÁGINA:

039

PROYECTO:

**CONSTRUCCIÓN CAMPO DE BÉISBOL
EL PEÑÓN, MUNICIPIO EL PEÑÓN,
PROVINCIA BARAHONA**

EQUIPO DE TRABAJO:

DISEÑO ARQUITECTÓNICO
ARQ.

codia 00000

ENC. INGENIERÍA
ING. FIOR DALIZA BONIFACIO
codia 00000

ESTRUCTURAL
ING. Leopoldo Berroa
codia 00000

ELÉCTRICO
ING. Juan Pérez
codia 00000

HIDRO-SANITARIO
ING. Francis Estévez
codia 00000

SELLO DE APROBACIÓN:

FECHA:

CONTENIDO:

INST. ELECTRICAS


ESCALA:



1:25


SEPTIEMBRE 2026

NO. PÁGINA:

  
040

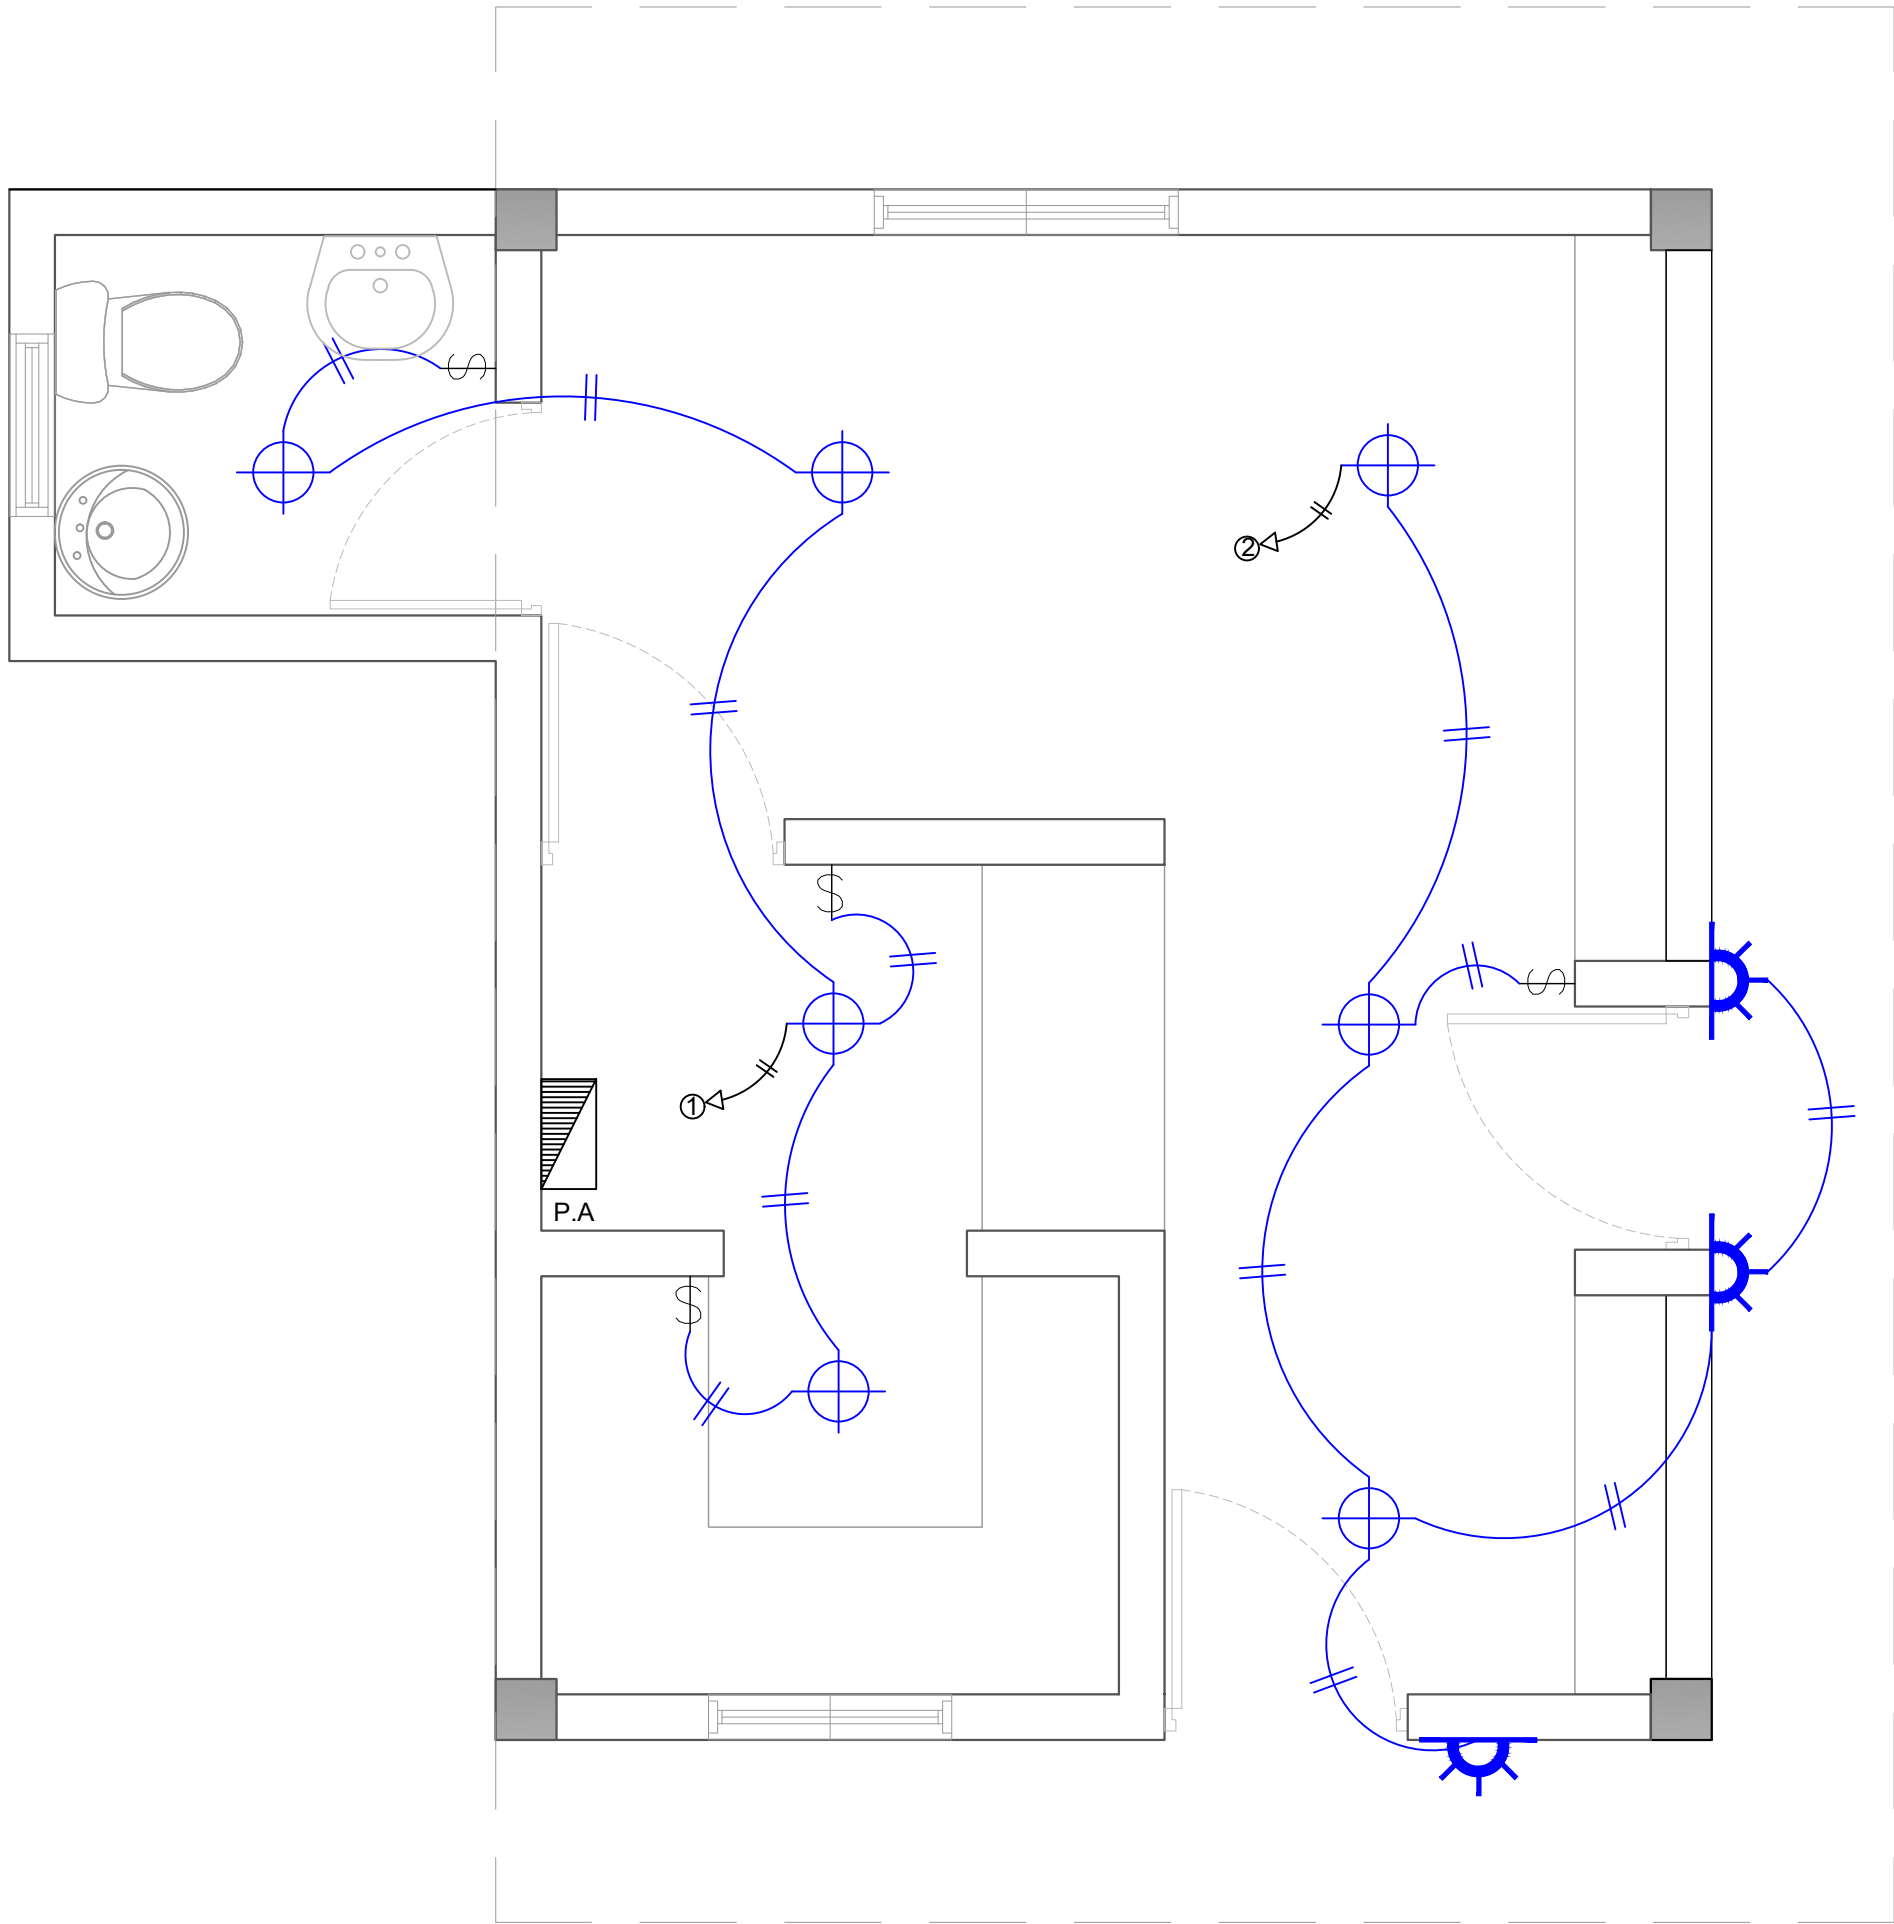

LEYENDA	
SIMBOLOGÍA	NOMBRE
	Luces de Techo
	Luces colgante tipo campana
	Lampara flour 4x4
	Lampara flour 2x4
	Luces de Pared
	Interruptores sencillo, 15A, 120V
	Interruptores doble, 15A, 120V
	Interruptores triple, 15A, 120V
	Interruptores 3 Way, 15A, 120V
	Interruptores 4 Way, 15A, 120V
	Interruptores Con luz piloto, 15A, 120V
	Luces en Poste
	Luces de Estadio
	Toma Corriente 120V, Doble, 20A
	Toma Corriente 240V, Sencillo, 30A
	Toma Corriente 120 de UPS, Doble, 20A
	Teléfono
	Antena de Televisión
	Data
	Hacia el Panel con 2 hilos
	Hacia el Panel con 3 hilos
	Tubería Empotrada en Losa
	Tubería Empotrada en Tierra
	Panel de Distribución Eléctrica
	Panel Board
	Breaker
	Registro
	Medidor o contador
	Transformador
	Abanico de Techo
	Equipos Eléctricos
	Transfer Switch
	Módulo de Contador
	Enclosed Breaker
	Tubería Empotrada con 3 hilos
	Inversor, UPS

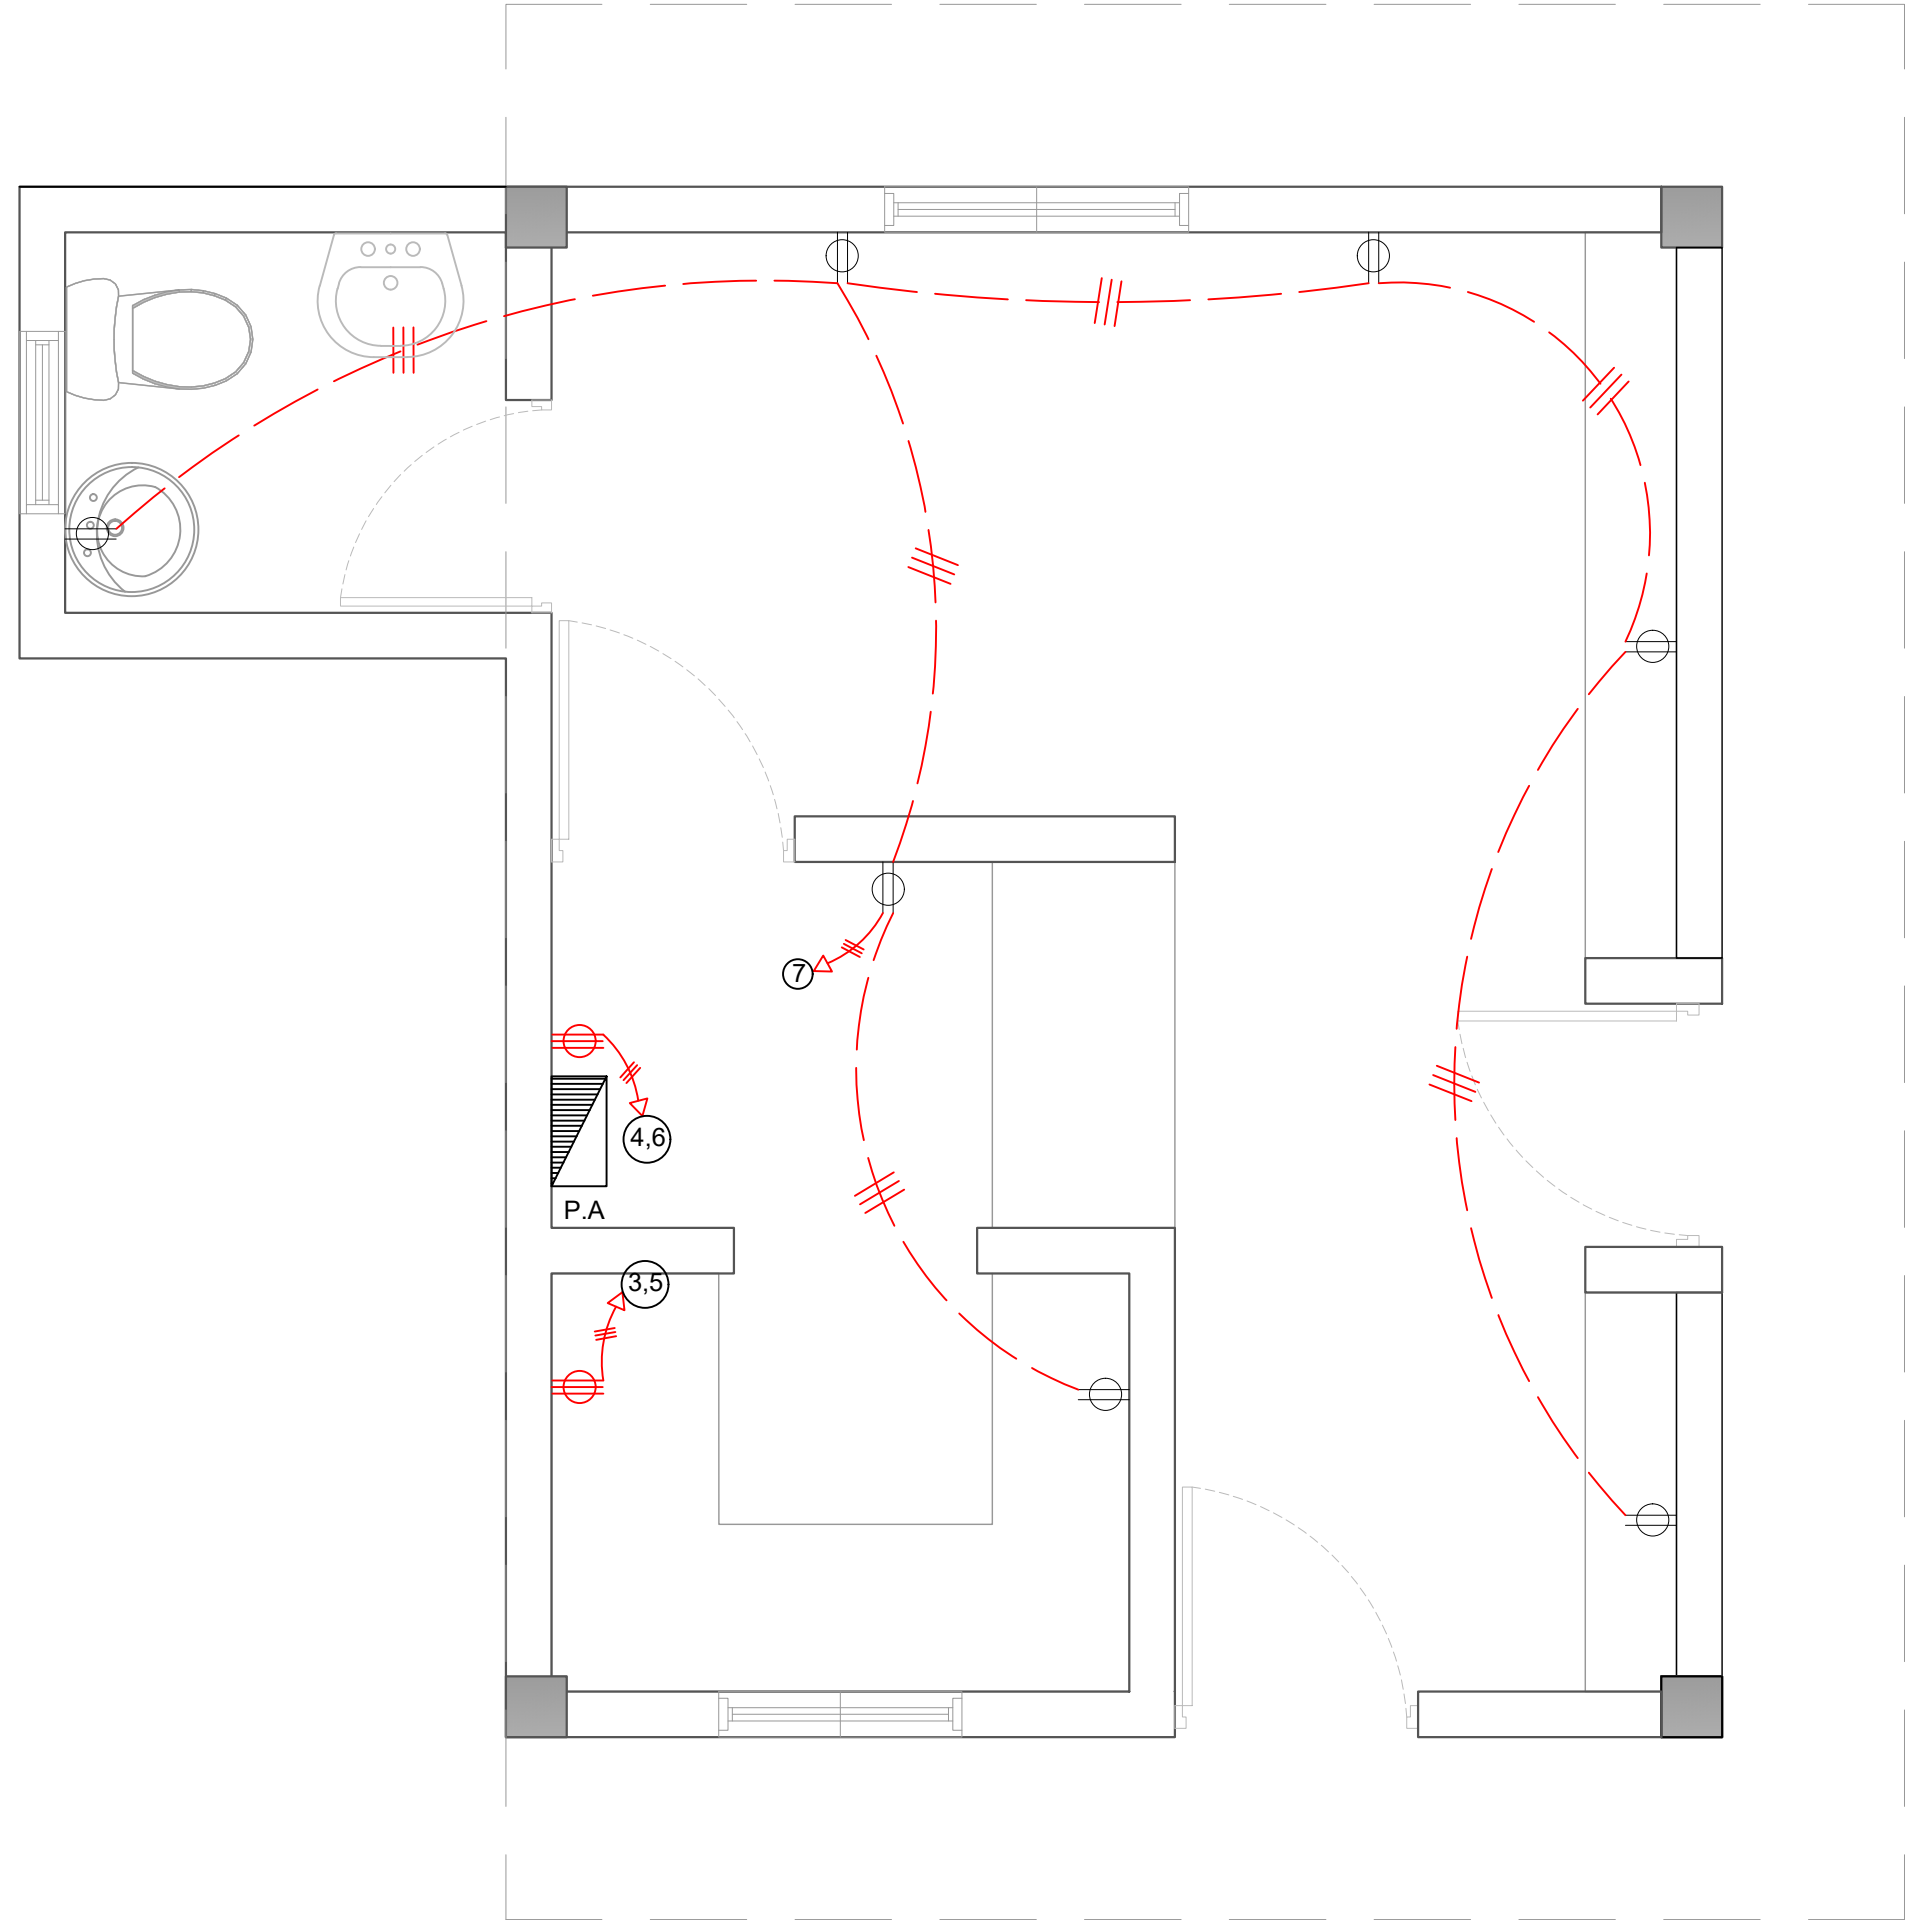

LEYENDA	
SIMBOLOGÍA	NOMBRE
	Luces de Techo
	Luces colgante tipo campana
	Lampara flour 4x4
	Lampara flour 2x4
	Luces de Pared
	Interruptores sencillo, 15A, 120V
	Interruptores doble, 15A, 120V
	Interruptores triple, 15A, 120V
	Interruptores 3 Way, 15A, 120V
	Interruptores 4 Way, 15A, 120V
	Interruptores Con luz piloto, 15A, 120V
	Luces en Poste
	Luces de Estadio
	Toma Corriente 120V, Doble, 20A
	Toma Corriente 240V, Sencillo, 30A
	Toma Corriente 120 de UPS, Doble, 20A
	Teléfono
	Antena de Televisión
	Data
	Hacia el Panel con 2 hilos
	Hacia el Panel con 3 hilos
	Tubería Empotrada en Losa
	Tubería Empotrada en Tierra
	Panel de Distribución Eléctrica
	Panel Board
	Breaker
	Registro
	Medidor o contador
	Transformador
	Abanico de Techo
	Equipos Eléctricos
	Transfer Switch
	Módulo de Contador
	Enclosed Breaker
	Tubería Empotrada con 3 hilos
	Inversor, UPS

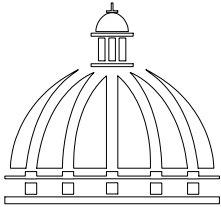

GOBIERNO DE LA
REPÚBLICA DOMINICANA

DIRECCION DE DESARROLLO
PROVINCIAL
DDP

Ave. Dr. Delgado, Esq. Moises García,
Gazcue, Sto. Dgo., R.D.
TEL.: (809)-364-2189 | FAX.: (809)- 688-1665
E-Mail: info@cpadp.gob.do

PROYECTO:

CONSTRUCCIÓN CAMPO DE BÉISBOL
EL PEÑÓN, MUNICIPIO EL PEÑÓN,
PROVINCIA BARAHONA

EQUIPO DE TRABAJO:

DISEÑO ARQUITECTÓNICO
ARQ.

codia 00000

ENC. INGENIERÍA

ING. FIOR DALIZA BONIFACIO

codia 00000

ESTRUCTURAL

ING. Leopoldo Berroa

codia 00000

ELÉCTRICO

ING. Juan Pérez

codia 00000

HIDRO-SANITARIO

ING. Francis Estévez

codia 00000

SELLO DE APROBACIÓN:

FECHA:

CONTENIDO:

INST. ELECTRICAS

ESCALA:




1:25

SEPTIEMBRE 2026

NO. PÁGINA:

041

PANEL: PA			4 CONDUCTORES								ESPACIOS: 12			
LUGAR: COCINA			SIMILAR: GE CAT: THQC12420								TENSIÓN: 120/240 VAC			
FASE: 2			INTERRUPTOR PRINCIPAL 40/2 AMP THQAL TIPO					BREAKERS TIPO: THQAL			BARRAS: 75 AMP			
KVA	DESCRIPCIÓN	DUCT.	CAL	BKR	NO.	A	B	NO.	BKR	CAL	DUCT.	DESCRIPCIÓN	KVA	
0.40	Iluminación	1/2"	12	20	1	○		2	20	12	1/2"	Iluminación	0.50	
1.50	Toma Corriente 240v	3/4"	10	30	3		○	4	30	10	3/4"	Toma Corriente 240v	1.50	
1.50	Toma Corriente 240v	3/4"	10	30	5	○		6	30	10	3/4"	Toma Corriente 240v	1.50	
1.26	Toma Corriente 120v	1/2"	12	20	7		○	8						
					9	○		10						
					11		○	12						
CARGA CONECTADA: 8.16 KVA				DEMANDA MAXIMA: 8.16 KVA						ALIMENTADOR:				
ILUMINACIÓN: 0.90 KVA				CARGA DE DISEÑO: 7.34 KVA						2 THW CAL. NO. 6				
TOMACORRIENTE: 7.26 KVA				CORRIENTE DE DISEÑO: 30.60 AMP						1 THW CAL. NO. 8				
OTROS: - KVA				FACTOR DE DEMANDA: 90 %						1 THW CAL. NO. 12				
FASE A: 3.90 KVA				CARGA RESERVA: 0.82 KVA						DUCTO DIAM: 1" TIPO: pvc				
FASE B: 4.26 KVA				NEUTRO: 30.60 Amps										

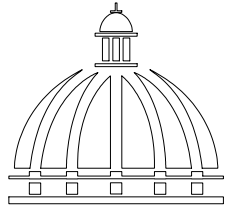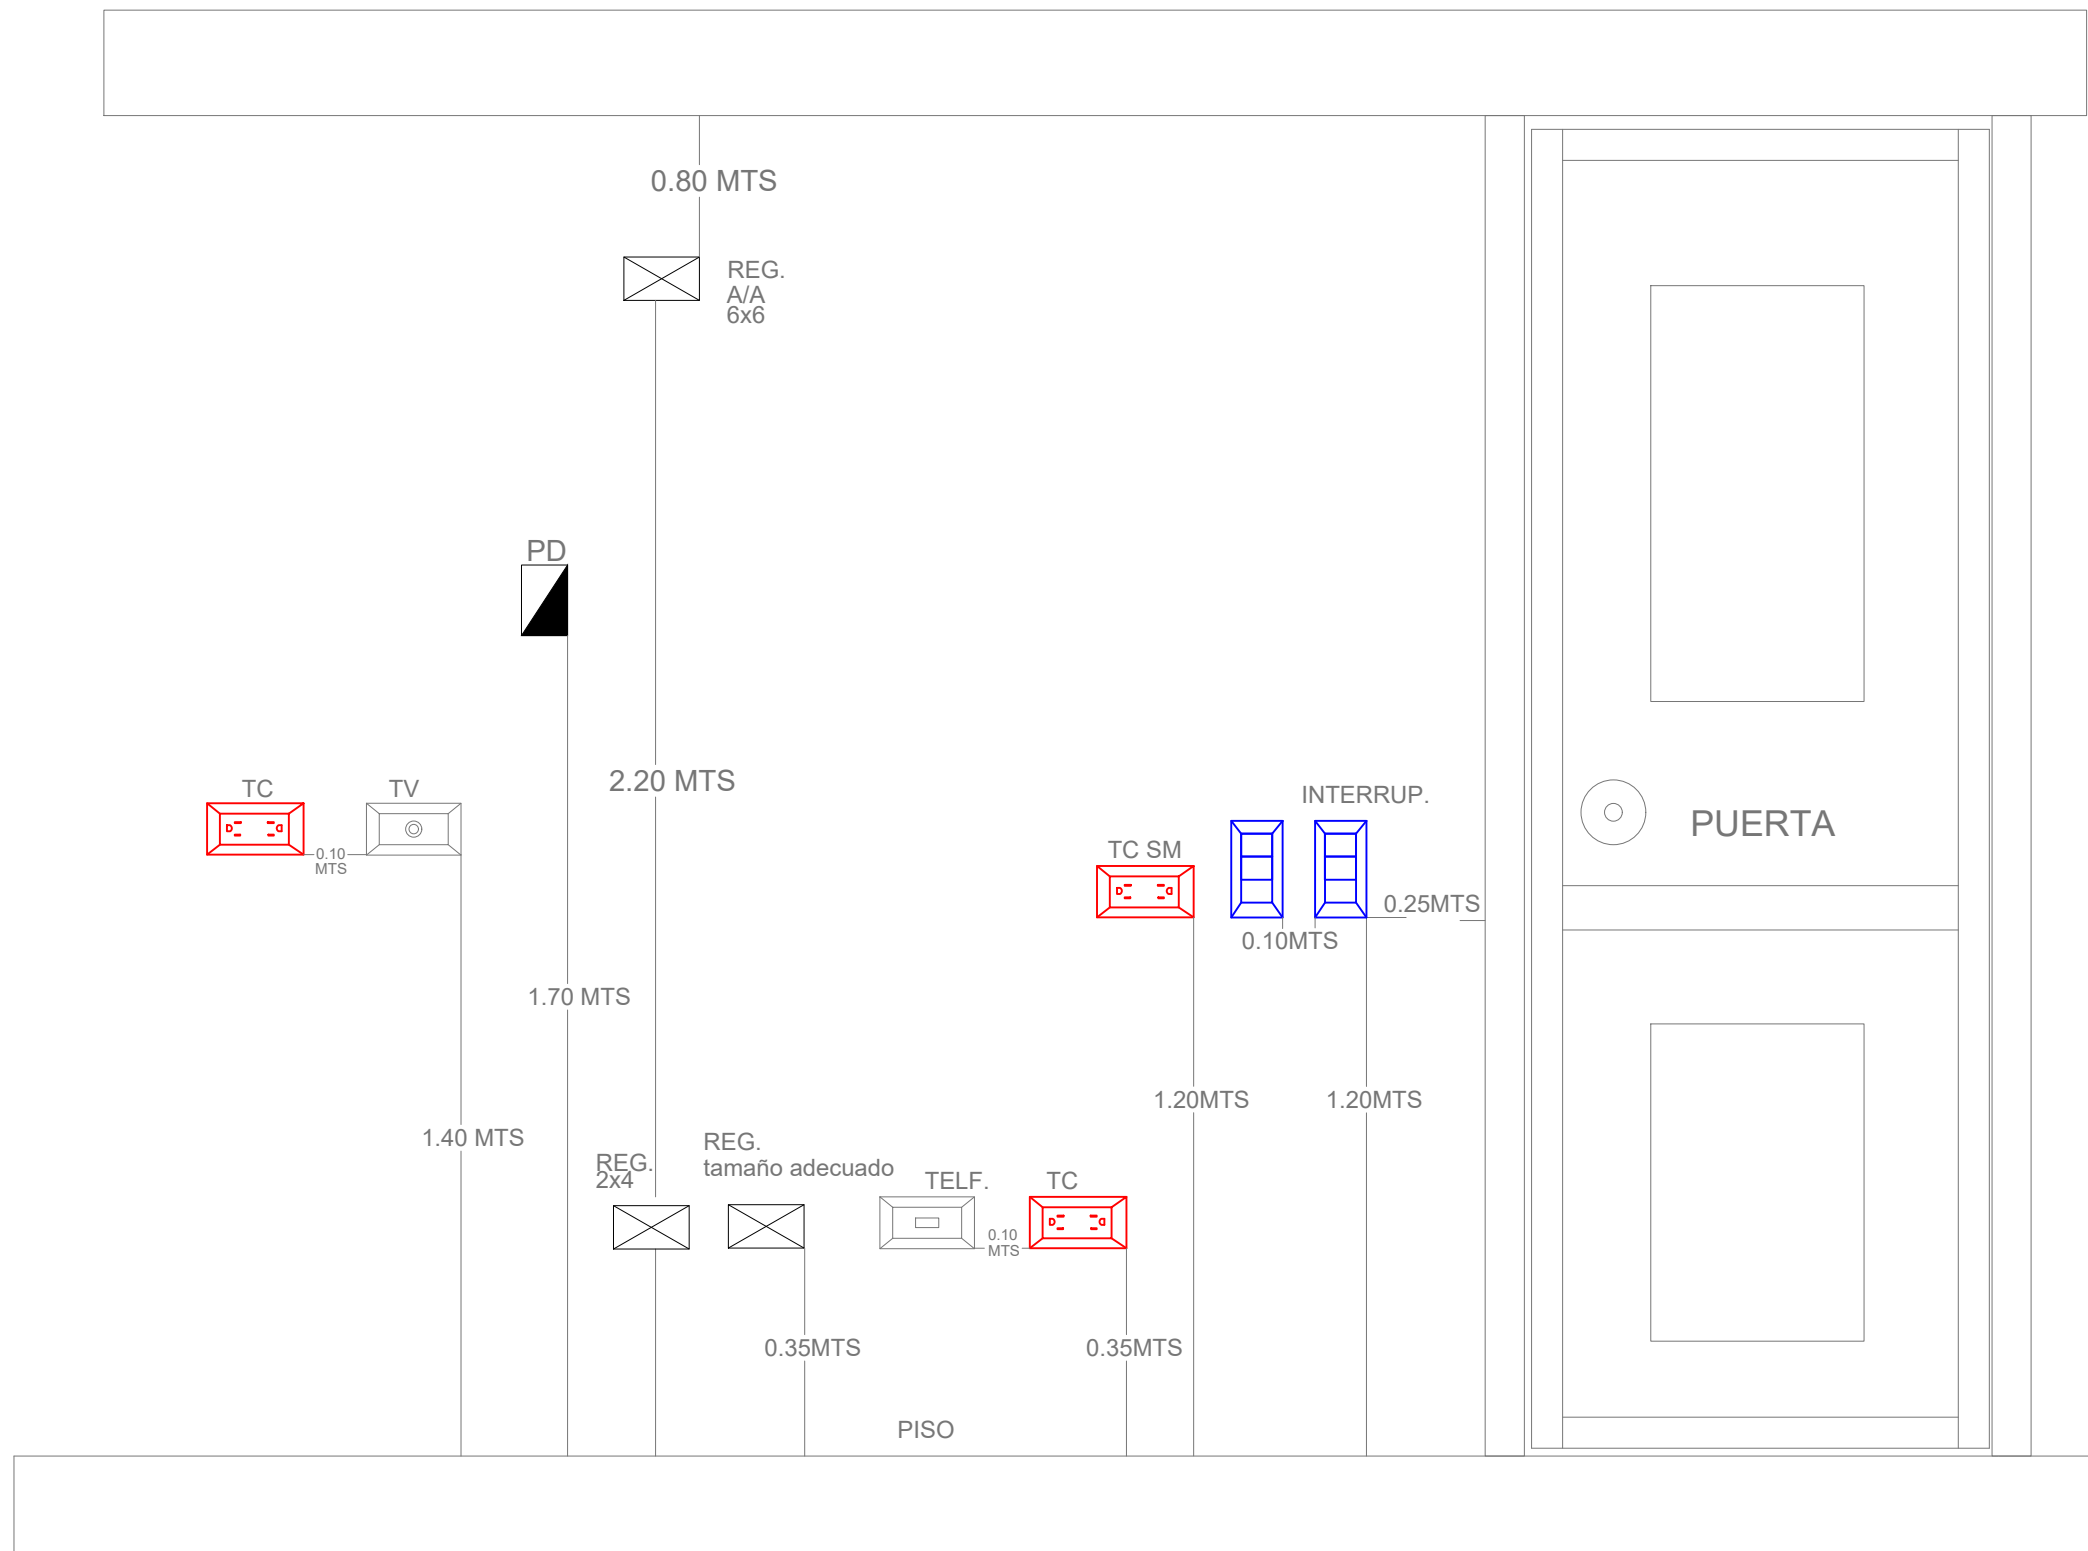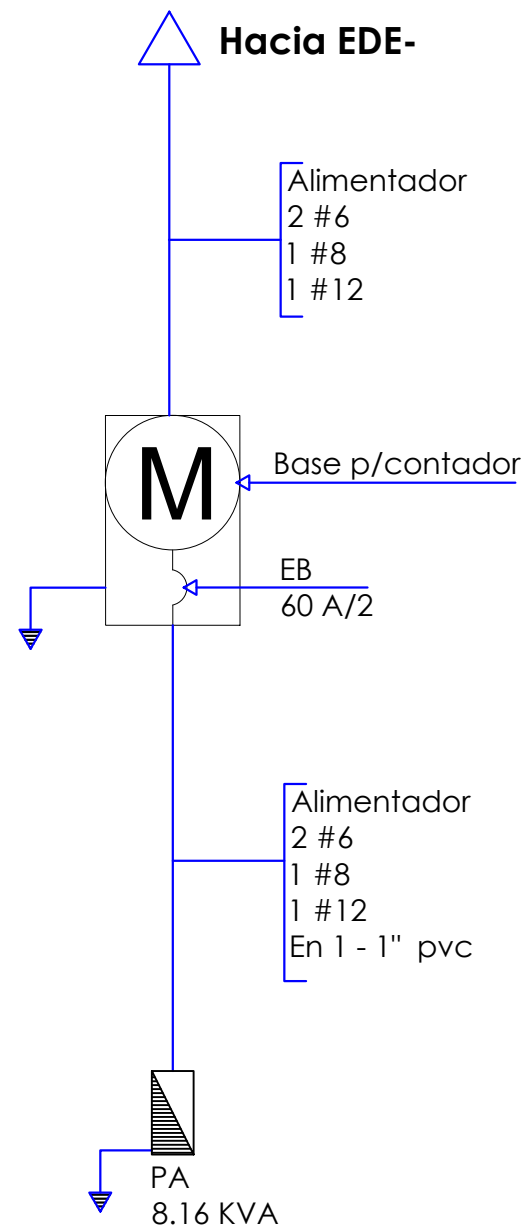

GOBIERNO DE LA
REPÚBLICA DOMINICANA

DIRECCION DE DESARROLLO
PROVINCIAL
DDP

Ave. Dr. Delgado, Esq. Moises García,
Gazcue, Sto. Dgo., R.D.
TEL.: (809)-364-2189 | FAX.: (809)- 688-1665
E-Mail: info@cpadp.gob.do

PROYECTO:

CONSTRUCCIÓN CAMPO DE BÉISBOL
EL PEÑÓN, MUNICIPIO EL PEÑÓN,
PROVINCIA BARAHONA

EQUIPO DE TRABAJO:

DISEÑO ARQUITECTÓNICO
ARQ.

codia 00000

ENC. INGENIERÍA

ING. FIOR DALIZA BONIFACIO
codia 00000

ESTRUCTURAL

ING. Leopoldo Berroa
codia 00000

ELÉCTRICO

ING. Juan Pérez
codia 00000

HIDRO-SANITARIO

ING. Francis Estévez
codia 00000

SELLO DE APROBACIÓN:

FECHA:

CONTENIDO:

DETALLE ELÉCTRICO- CAFETERÍA


ESCALA:

1:25


SEPTIEMBRE 2026

NO. PÁGINA:

042

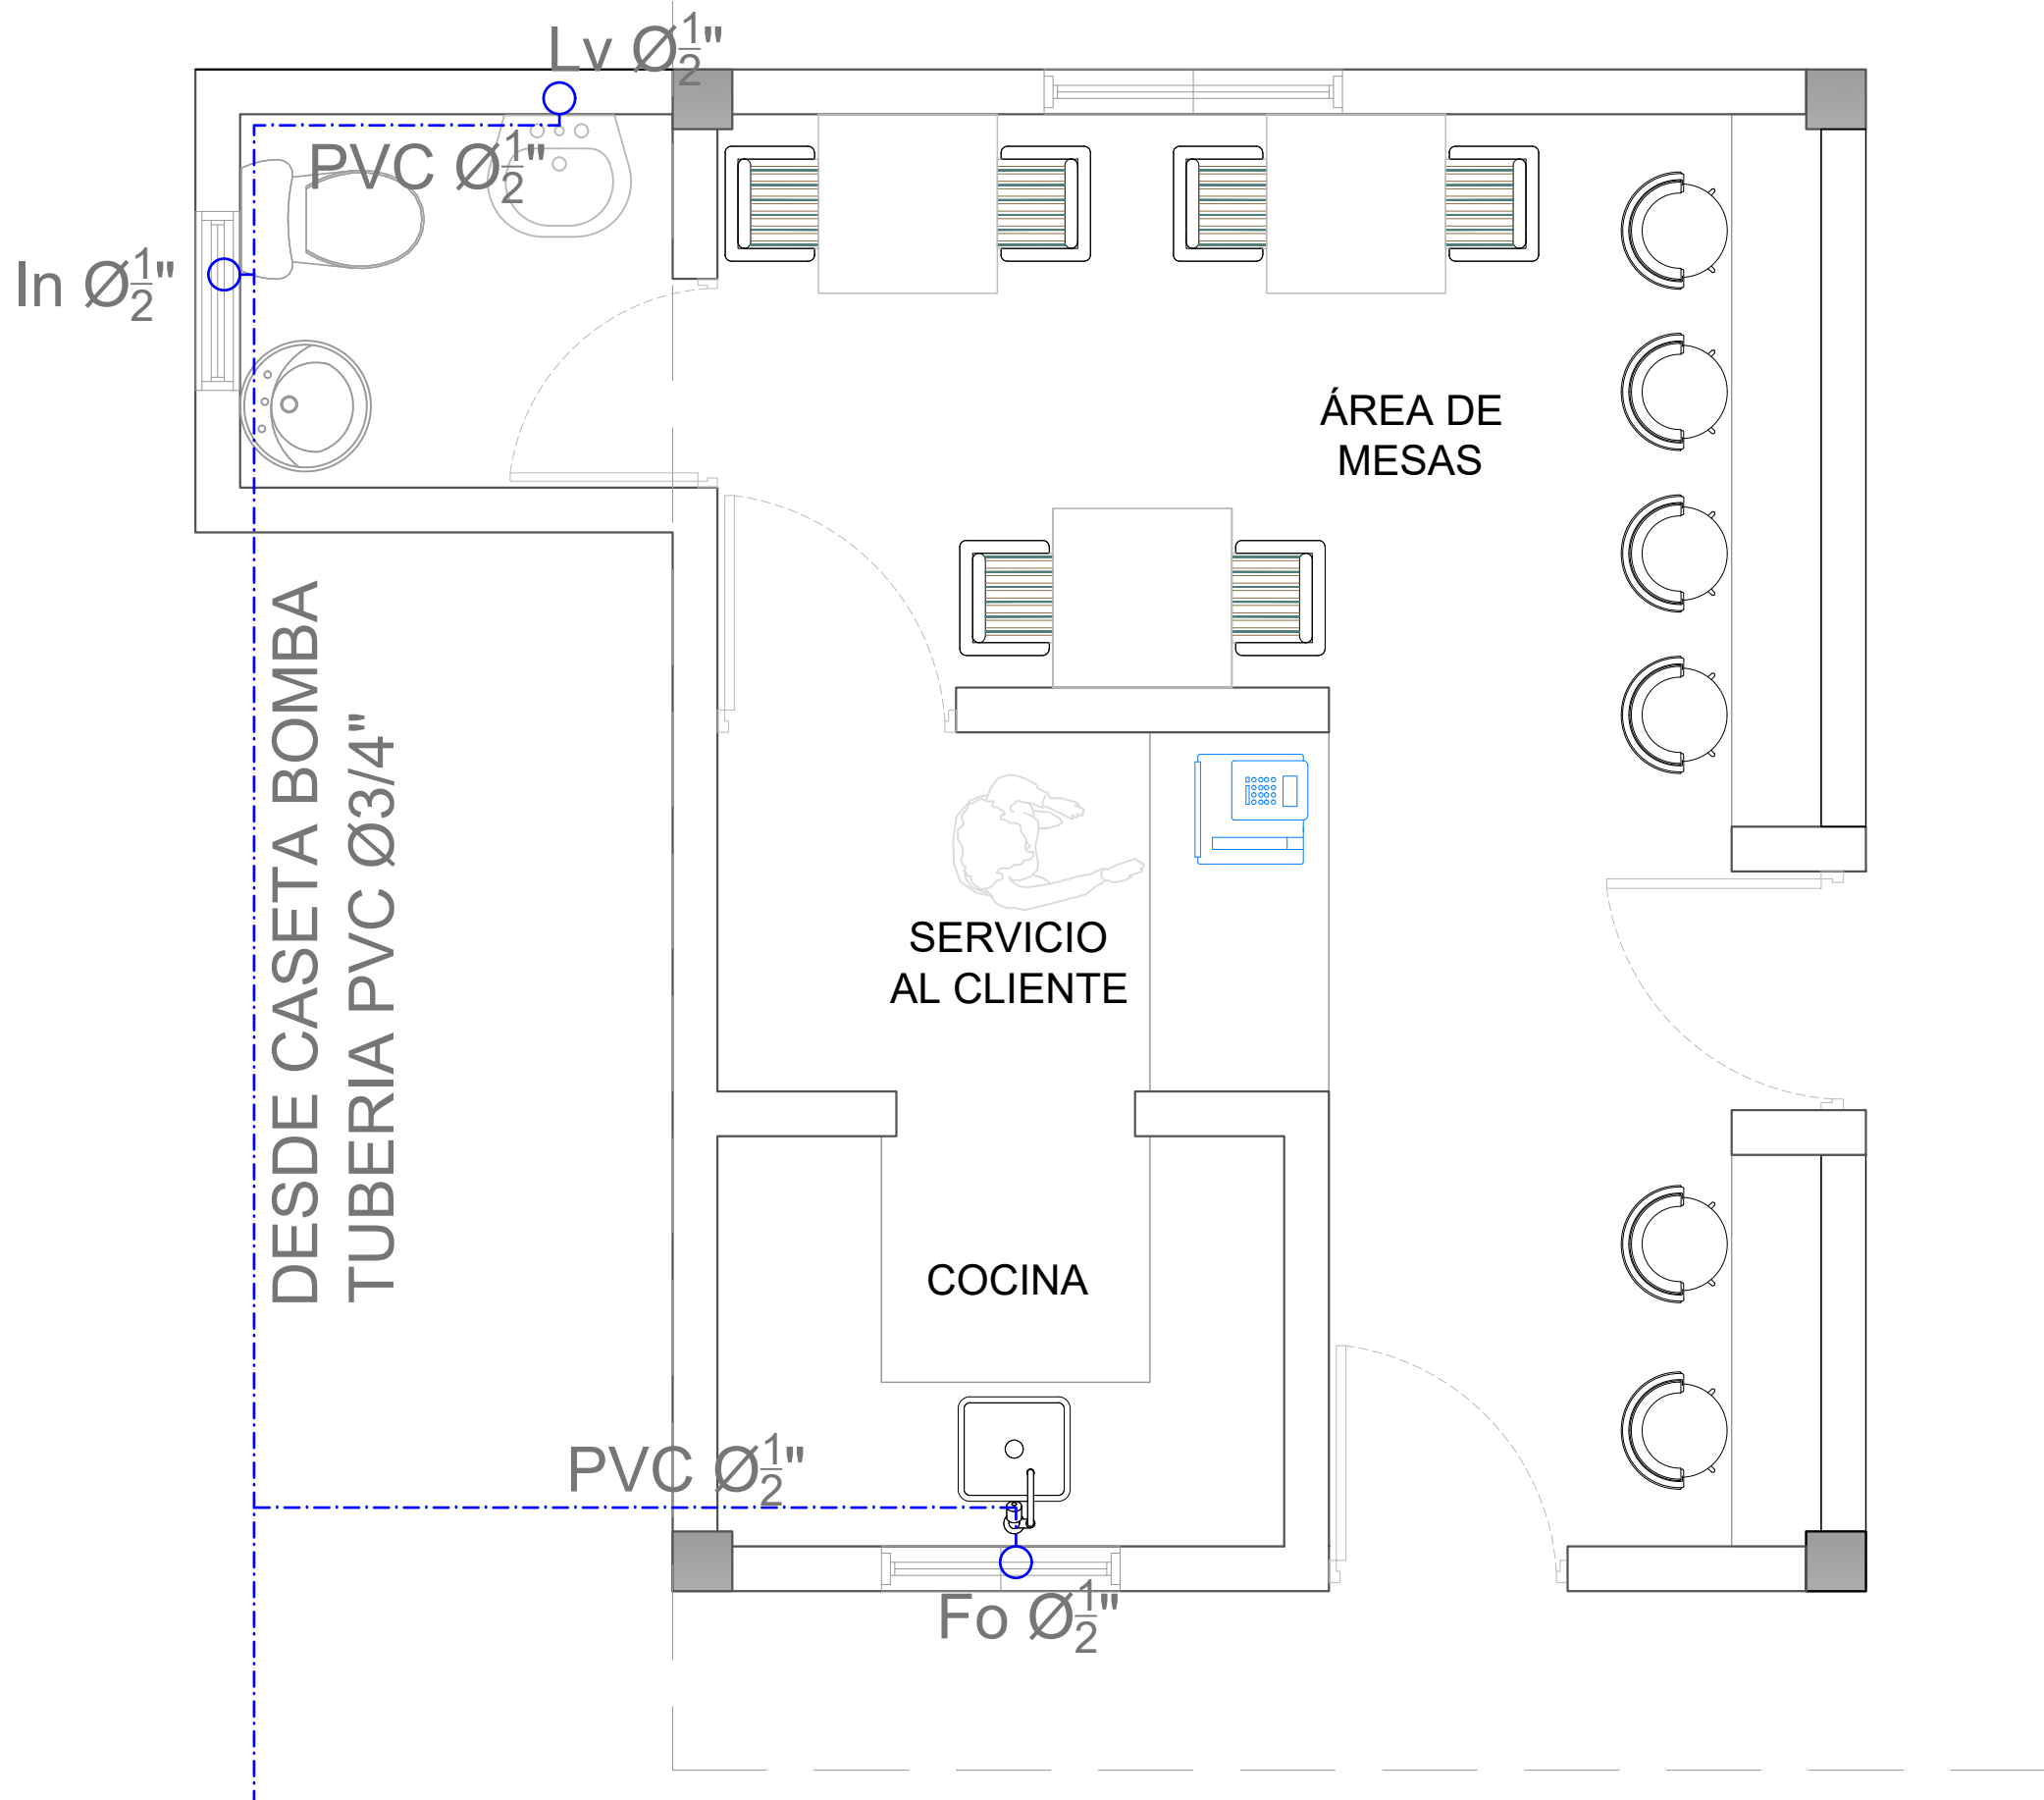

LEYENDA PLATA ELECTRICA	
SIMBOLOGÍA	NOMBRE
	Luces de Techo (BOMBILLO)
	Luces colgante tipo campana
	Luces Ojo de Buey LED 3W 72 x 72 x 23 mm
	Panel Circular Emp. LED 12W 17 cm
	Lampara Fluorescente 4x1
	Lampara Fluorescente 2x2
	Lampara Fluorescente 2x4
	Luces de Pared
	Luces de Piso
	Interruptores sencillo, 15A, 120V
	Interruptores doble, 15A, 120V
	Interruptores triple, 15A, 120V
	Interruptores 3 Way, 15A, 120V
	Interruptores 4 Way, 15A, 120V
	Interruptores Con luz piloto, 15A, 120V
	Luces en Poste
	LUCES DE ESTADIO
	Fotocelda
	Abanico de PARED
	ABANICO DE TECHO
	CONTROL DE ABANICO DE TECHO
	Toma Corriente 120V, Doble, 20A
	TOMA CORRIENTE 240V, SENCILLO, 30A
	Toma Corriente 240V, Doble, 30A
	Toma Corriente 120 de piso, Doble, 20A
	Toma Corriente 120 sobre meseta, Doble, 20A
	Toma Corriente 120 falla a tierra, Doble, 20A
	Toma Corriente 120 DE UPS, Doble, 20A
	Toma Corriente 120 DE Waterproof, Doble, 20A
	Equipos Eléctricos
	Teléfono
	Antena de Televisión
	Data
	Panel de Distribución Eléctrica
	Registro
	Tuberia Empotrada en Losa
	Tuberia Empotrada en Tierra
	Cámara

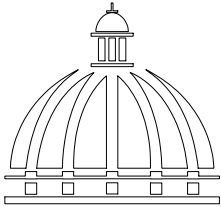

GOBIERNO DE LA
REPÚBLICA DOMINICANA

DIRECCION DE DESARROLLO
PROVINCIAL
DDP

Ave. Dr. Delgado, Esq. Moisés García,
Gazcue, Sto. Dgo., R.D.
TEL.: (809)-364-2189 | FAX.: (809)- 688-1665
E-Mail: info@cpadp.gob.do

PROYECTO:

CONSTRUCCIÓN CAMPO DE BÉISBOL
EL PEÑÓN, MUNICIPIO EL PEÑÓN,
PROVINCIA BARAHONA

EQUIPO DE TRABAJO:

DISEÑO ARQUITECTÓNICO
ARQ. _____
codia 00000

ENC. INGENIERÍA
ING. FIOR DALIZA BONIFACIO
codia 00000

ESTRUCTURAL
ING. Leopoldo Berroa
codia 00000

ELÉCTRICO
ING. Juan Pérez
codia 00000

HIDRO-SANITARIO
ING. Francis Estévez
codia 00000

SELLO DE APROBACIÓN:

FECHA: _____

CONTENIDO:

PLANTA SANITARIA


ESCALA:

1:25


SEPTIEMBRE 2026

NO. PÁGINA:

043

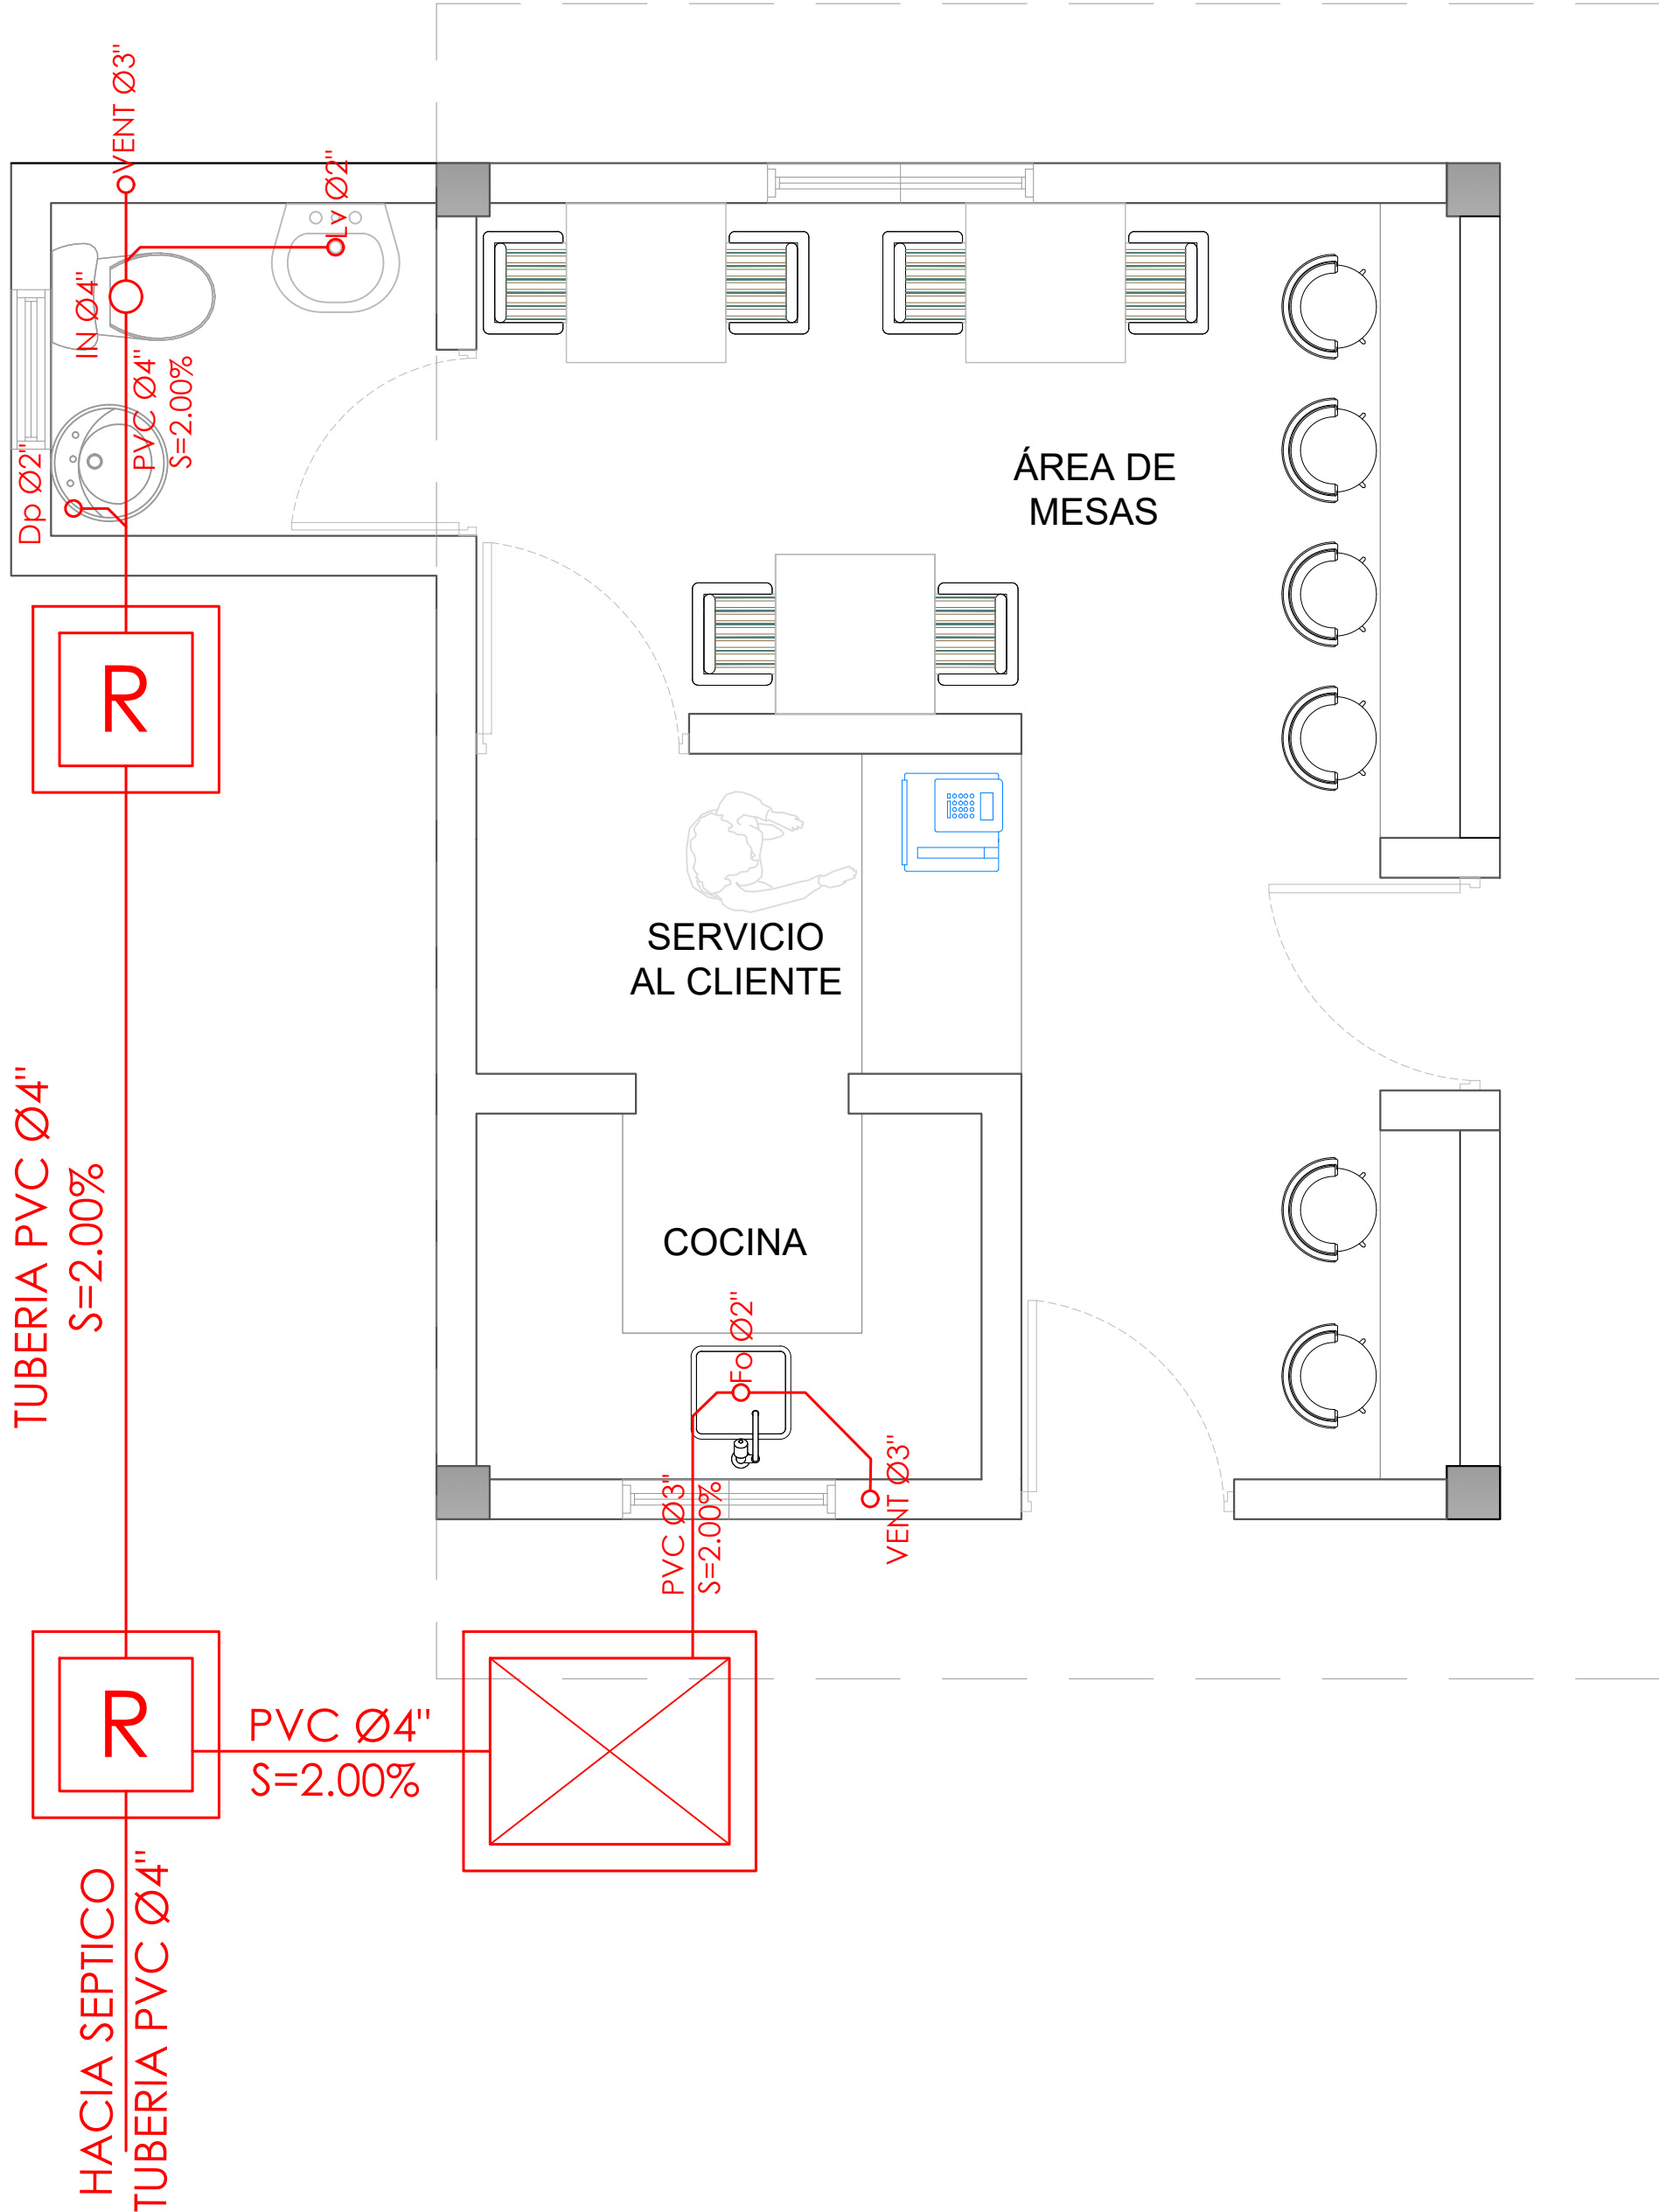

LEYENDA PLATA ELECTRICA	
SIMBOLOGÍA	NOMBRE
	Luces de Techo (BOMBILLO)
	Luces colgante tipo campana
	Luces Ojo de Buey LED 3W 72 x 72 x 23 mm
	Panel Circular Emp. LED 12W 17 cm
	Lampara Fluorescente 4x1
	Lampara Fluorescente 2x2
	Lampara Fluorescente 2x4
	Luces de Pared
	Luces de Piso
	Interruptores sencillo, 15A, 120V
	Interruptores doble, 15A, 120V
	Interruptores triple, 15A, 120V
	Interruptores 3 Way, 15A, 120V
	Interruptores 4 Way, 15A, 120V
	Interruptores Con luz piloto, 15A, 120V
	Luces en Poste
	LUCES DE ESTADIO
	Fotocelda
	Abanico de PARED
	ABANICO DE TECHO
	CONTROL DE ABANICO DE TECHO
	Toma Corriente 120V, Doble, 20A
	TOMA CORRIENTE 240V, SENCILLO, 30A
	Toma Corriente 240V, Doble, 30A
	Toma Corriente 120 de piso, Doble, 20A
	Toma Corriente 120 sobre meseta, Doble, 20A
	Toma Corriente 120 falla a tierra, Doble, 20A
	Toma Corriente 120 DE UPS, Doble, 20A
	Toma Corriente 120 DE Waterproof, Doble, 20A
	Equipos Eléctricos
	Teléfono
	Antena de Televisión
	Data
	Panel de Distribución Eléctrica
	Registro
	Tuberia Empotrada en Losa
	Tuberia Empotrada en Tierra
	Cámara

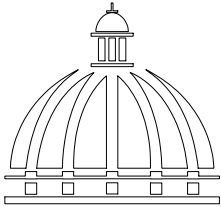

GOBIERNO DE LA
REPÚBLICA DOMINICANA

DIRECCION DE DESARROLLO
PROVINCIAL
DDP

Ave. Dr. Delgado, Esq. Moisés García,
Gazcue, Sto. Dgo., R.D.
TEL.: (809)-364-2189 | FAX.: (809)- 688-1665
E-Mail: info@cpadp.gob.do

PROYECTO:

CONSTRUCCIÓN CAMPO DE BÉISBOL
EL PEÑÓN, MUNICIPIO EL PEÑÓN,
PROVINCIA BARAHONA

EQUIPO DE TRABAJO:

DISEÑO ARQUITECTÓNICO
ARQ.

codia 00000

ENC. INGENIERÍA
ING. FIOR DALIZA BONIFACIO
codia 00000

ESTRUCTURAL
ING. Leopoldo Berroa
codia 00000

ELÉCTRICO
ING. Juan Pérez
codia 00000

HIDRO-SANITARIO
ING. Francis Estévez
codia 00000

SELLO DE APROBACIÓN:

FECHA:

CONTENIDO:
PLANTA SANITARIA

ESCALA:
1:25

SEPTIEMBRE 2026

NO. PÁGINA:

044