


PROYECTO:

**CONSTRUCCIÓN CAMPO DE BÉISBOL LAS TINA - 270
SECTOR LAS TINAS, D.M. YÁSICA ARRIBA,**

Mun. San Felipe de Puerto Plata, Provincial Puerto
Planta ,R.D.

SEPTIEMBRE2026

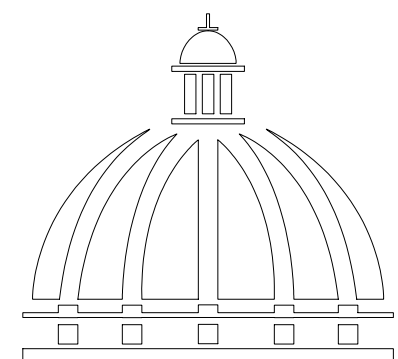

**GOBIERNO DE LA
REPÚBLICA DOMINICANA**



Ave. Dr. Delgado, Esq. Moises García,
Gazcue, Sto. Dgo., R.D.
TEL.: (809)-364-2189 | FAX.: (809)- 688-1665
E-Mail: info@cpadp.gob.do

Mun. San Felipe de Puerto Plata, Provincial
Puerto Plata, R.D.

codia 00000

codia 00000

codia 00000

Juan Pérez

Francis Estévez


FECHA: _____

ESCALA: 1:500

SEPTIEMBRE 2026

NO. PÁGINA:

001

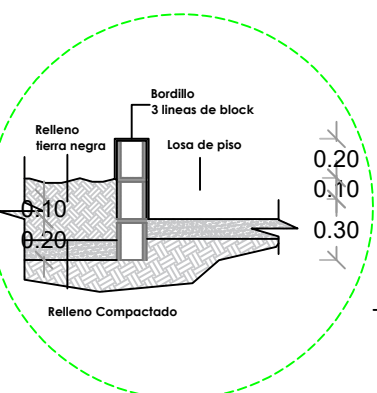

PLANTA ARQUITECTONICA DE CONJUNTO

ESC. 1:500

PROYECTO:
**CONSTRUCCIÓN CAMPO DE BÉISBOL LAS
TINA - 270 SECTOR LAS TINAS, D.M. YÁSICA
ARRIBA, - T270**

Mun. San Felipe de Puerto Plata, Provincial
Puerto Planta ,R.D.

EQUIPO DE TRABAJO:

DISEÑO ARQUITECTÓNICO
ARQ.
codia 00000

ENC. INGENIERÍA
ING. FIOR DALIZA BONIFACIO
codia 00000

ESTRUCTURAL
ING. Leopoldo Berroa
codia 00000

ELÉCTRICO
ING. Juan Pérez
codia 00000

HIDRO-SANITARIO
ING. Francis Estévez
codia 00000

SELLO DE APROBACIÓN:


FECHA: _____






CONTENIDO:
**PLANTA ARQUITECTONICA
DE CONJUNTO
PLAY DE BEISBOL**

ESCALA:
1:100


SEPTEMBRE 2026

NO. PÁGINA:
003

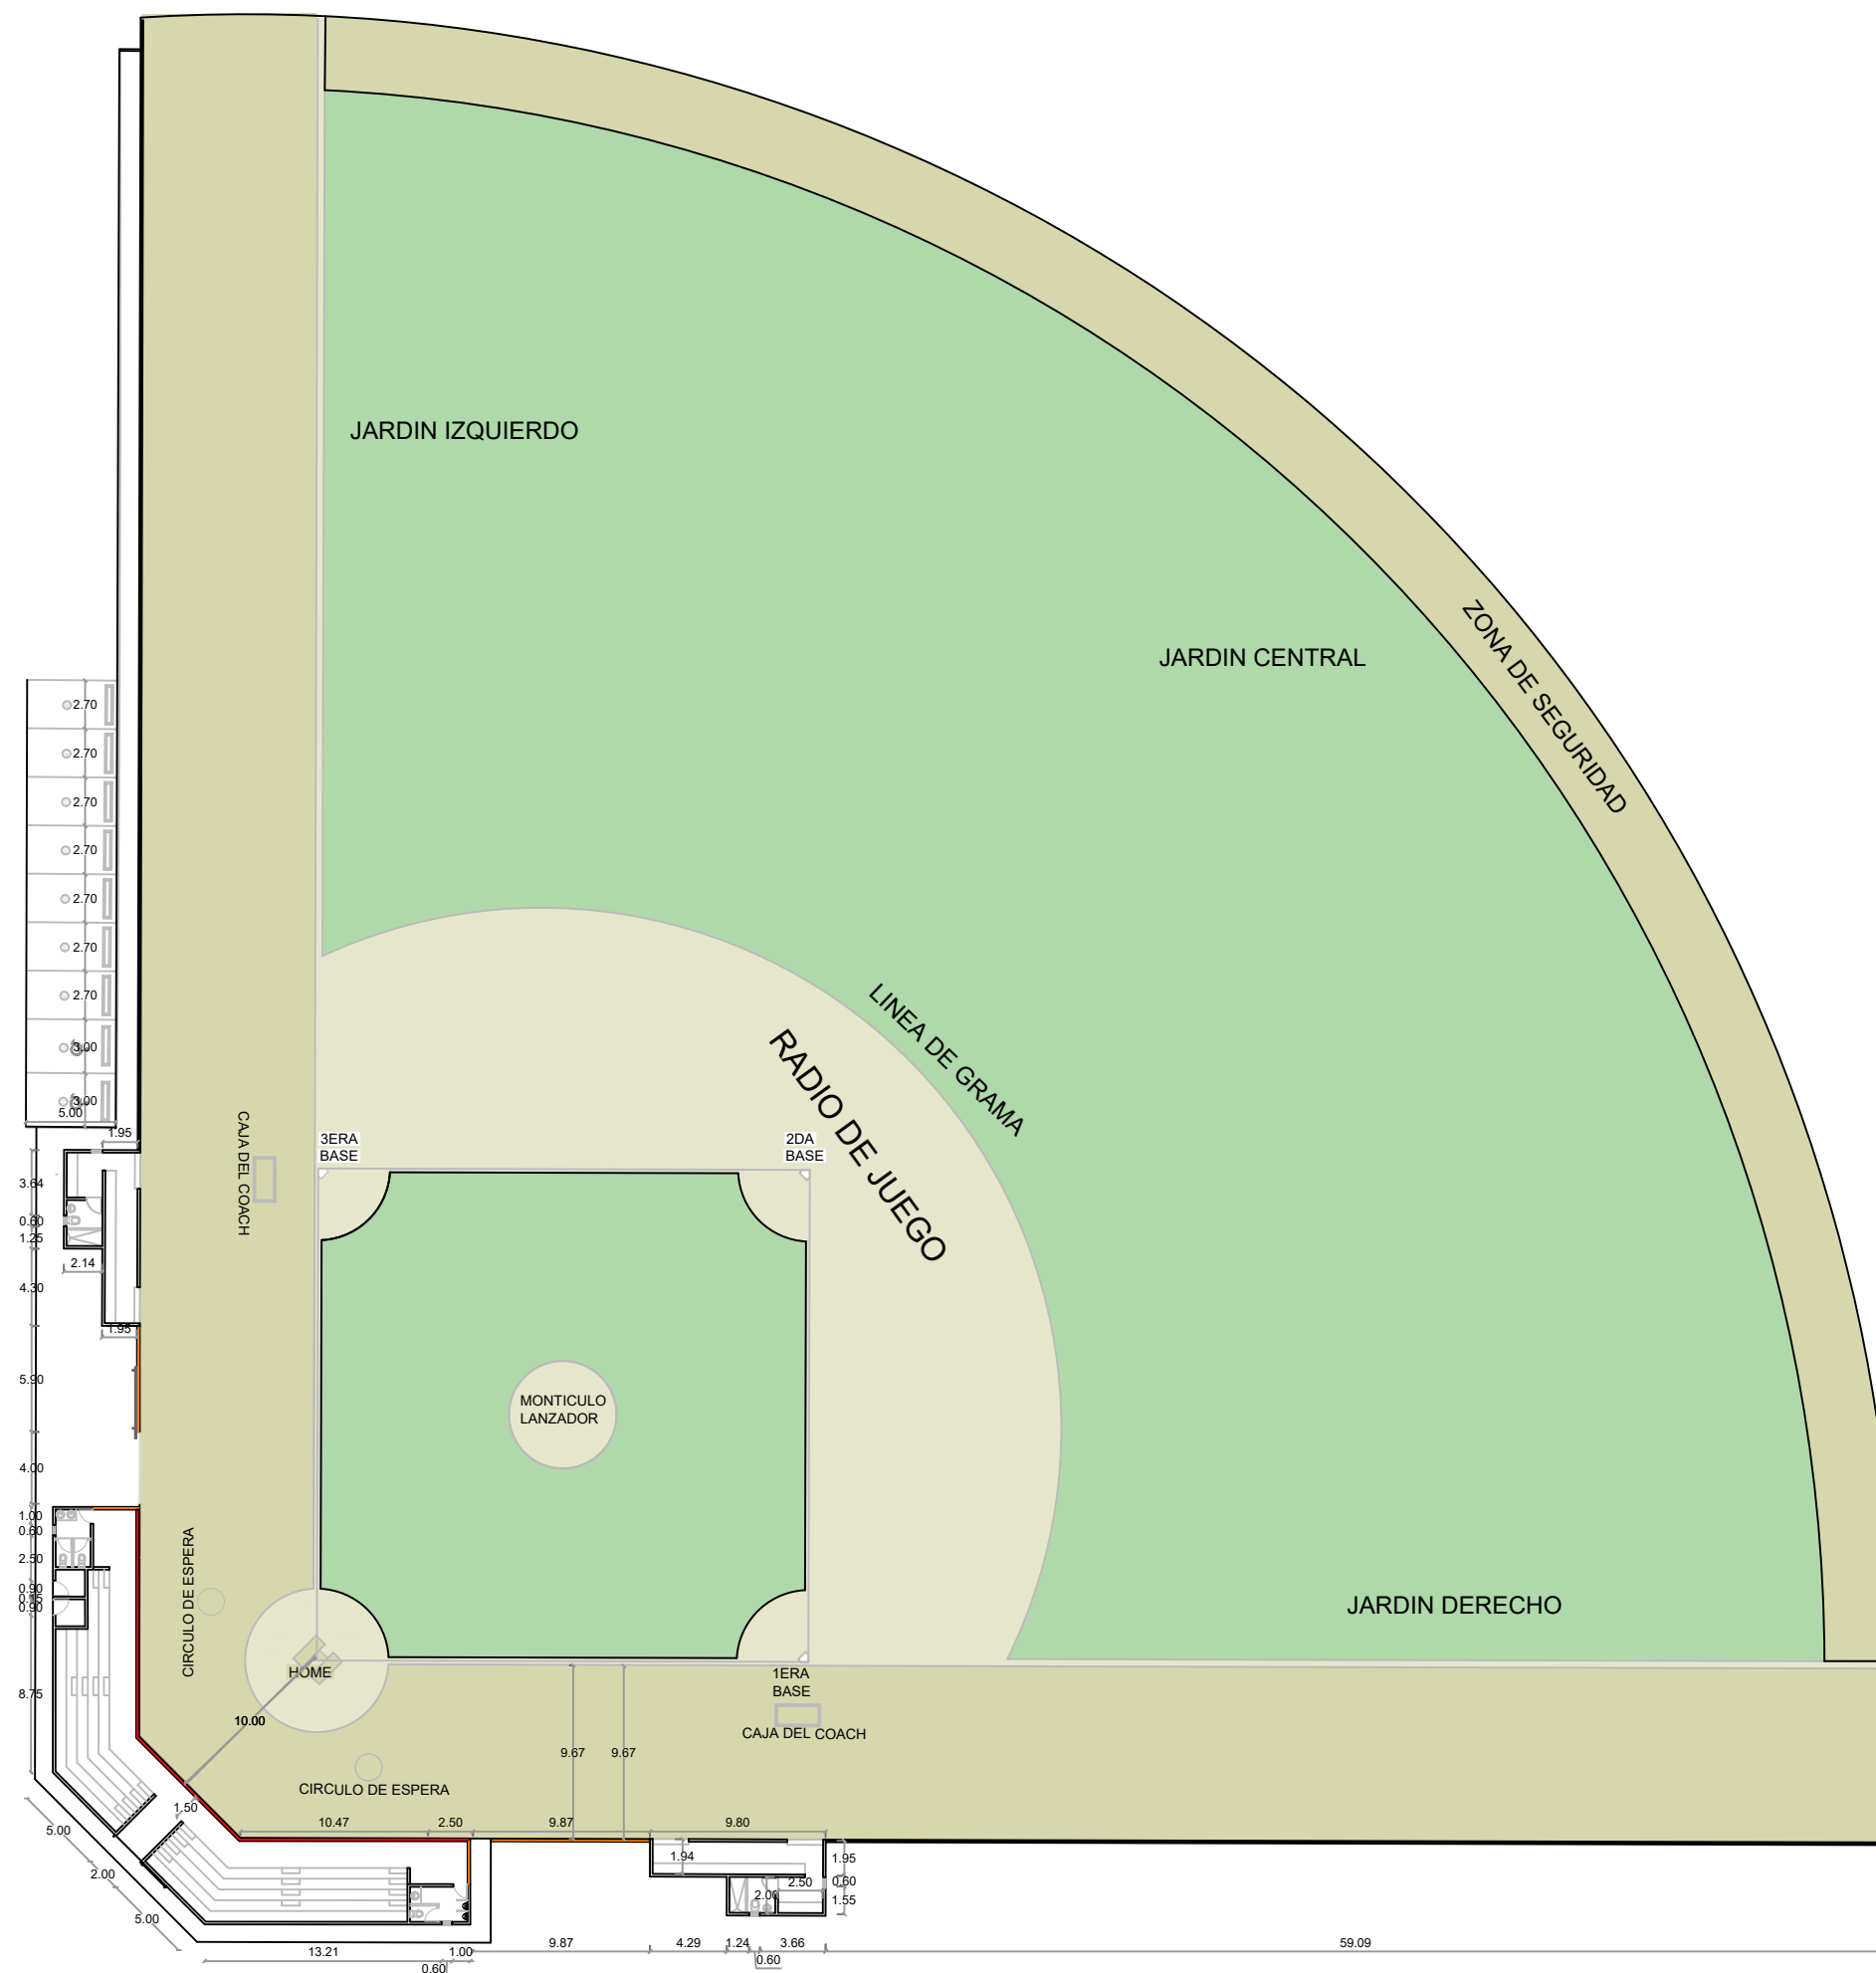

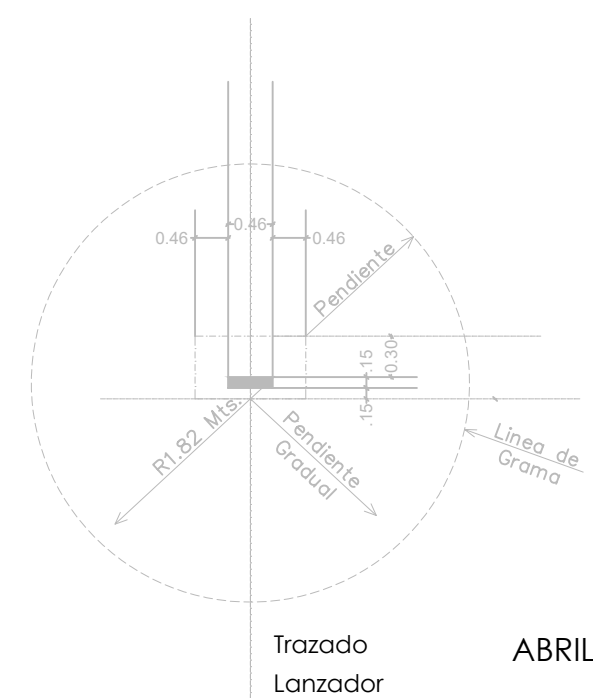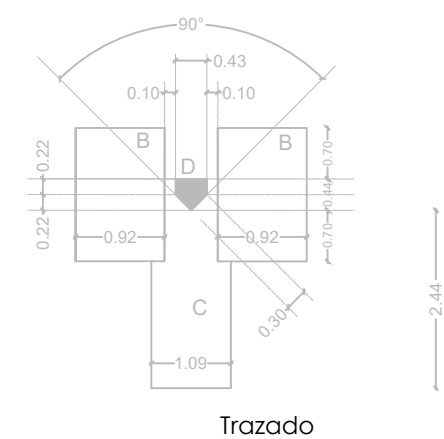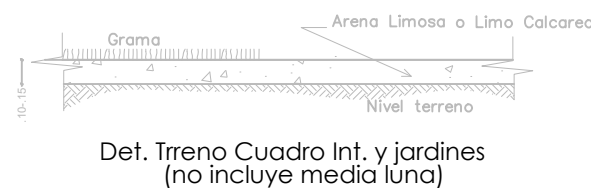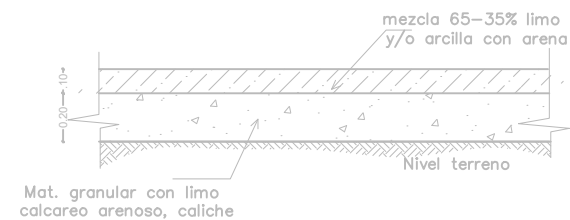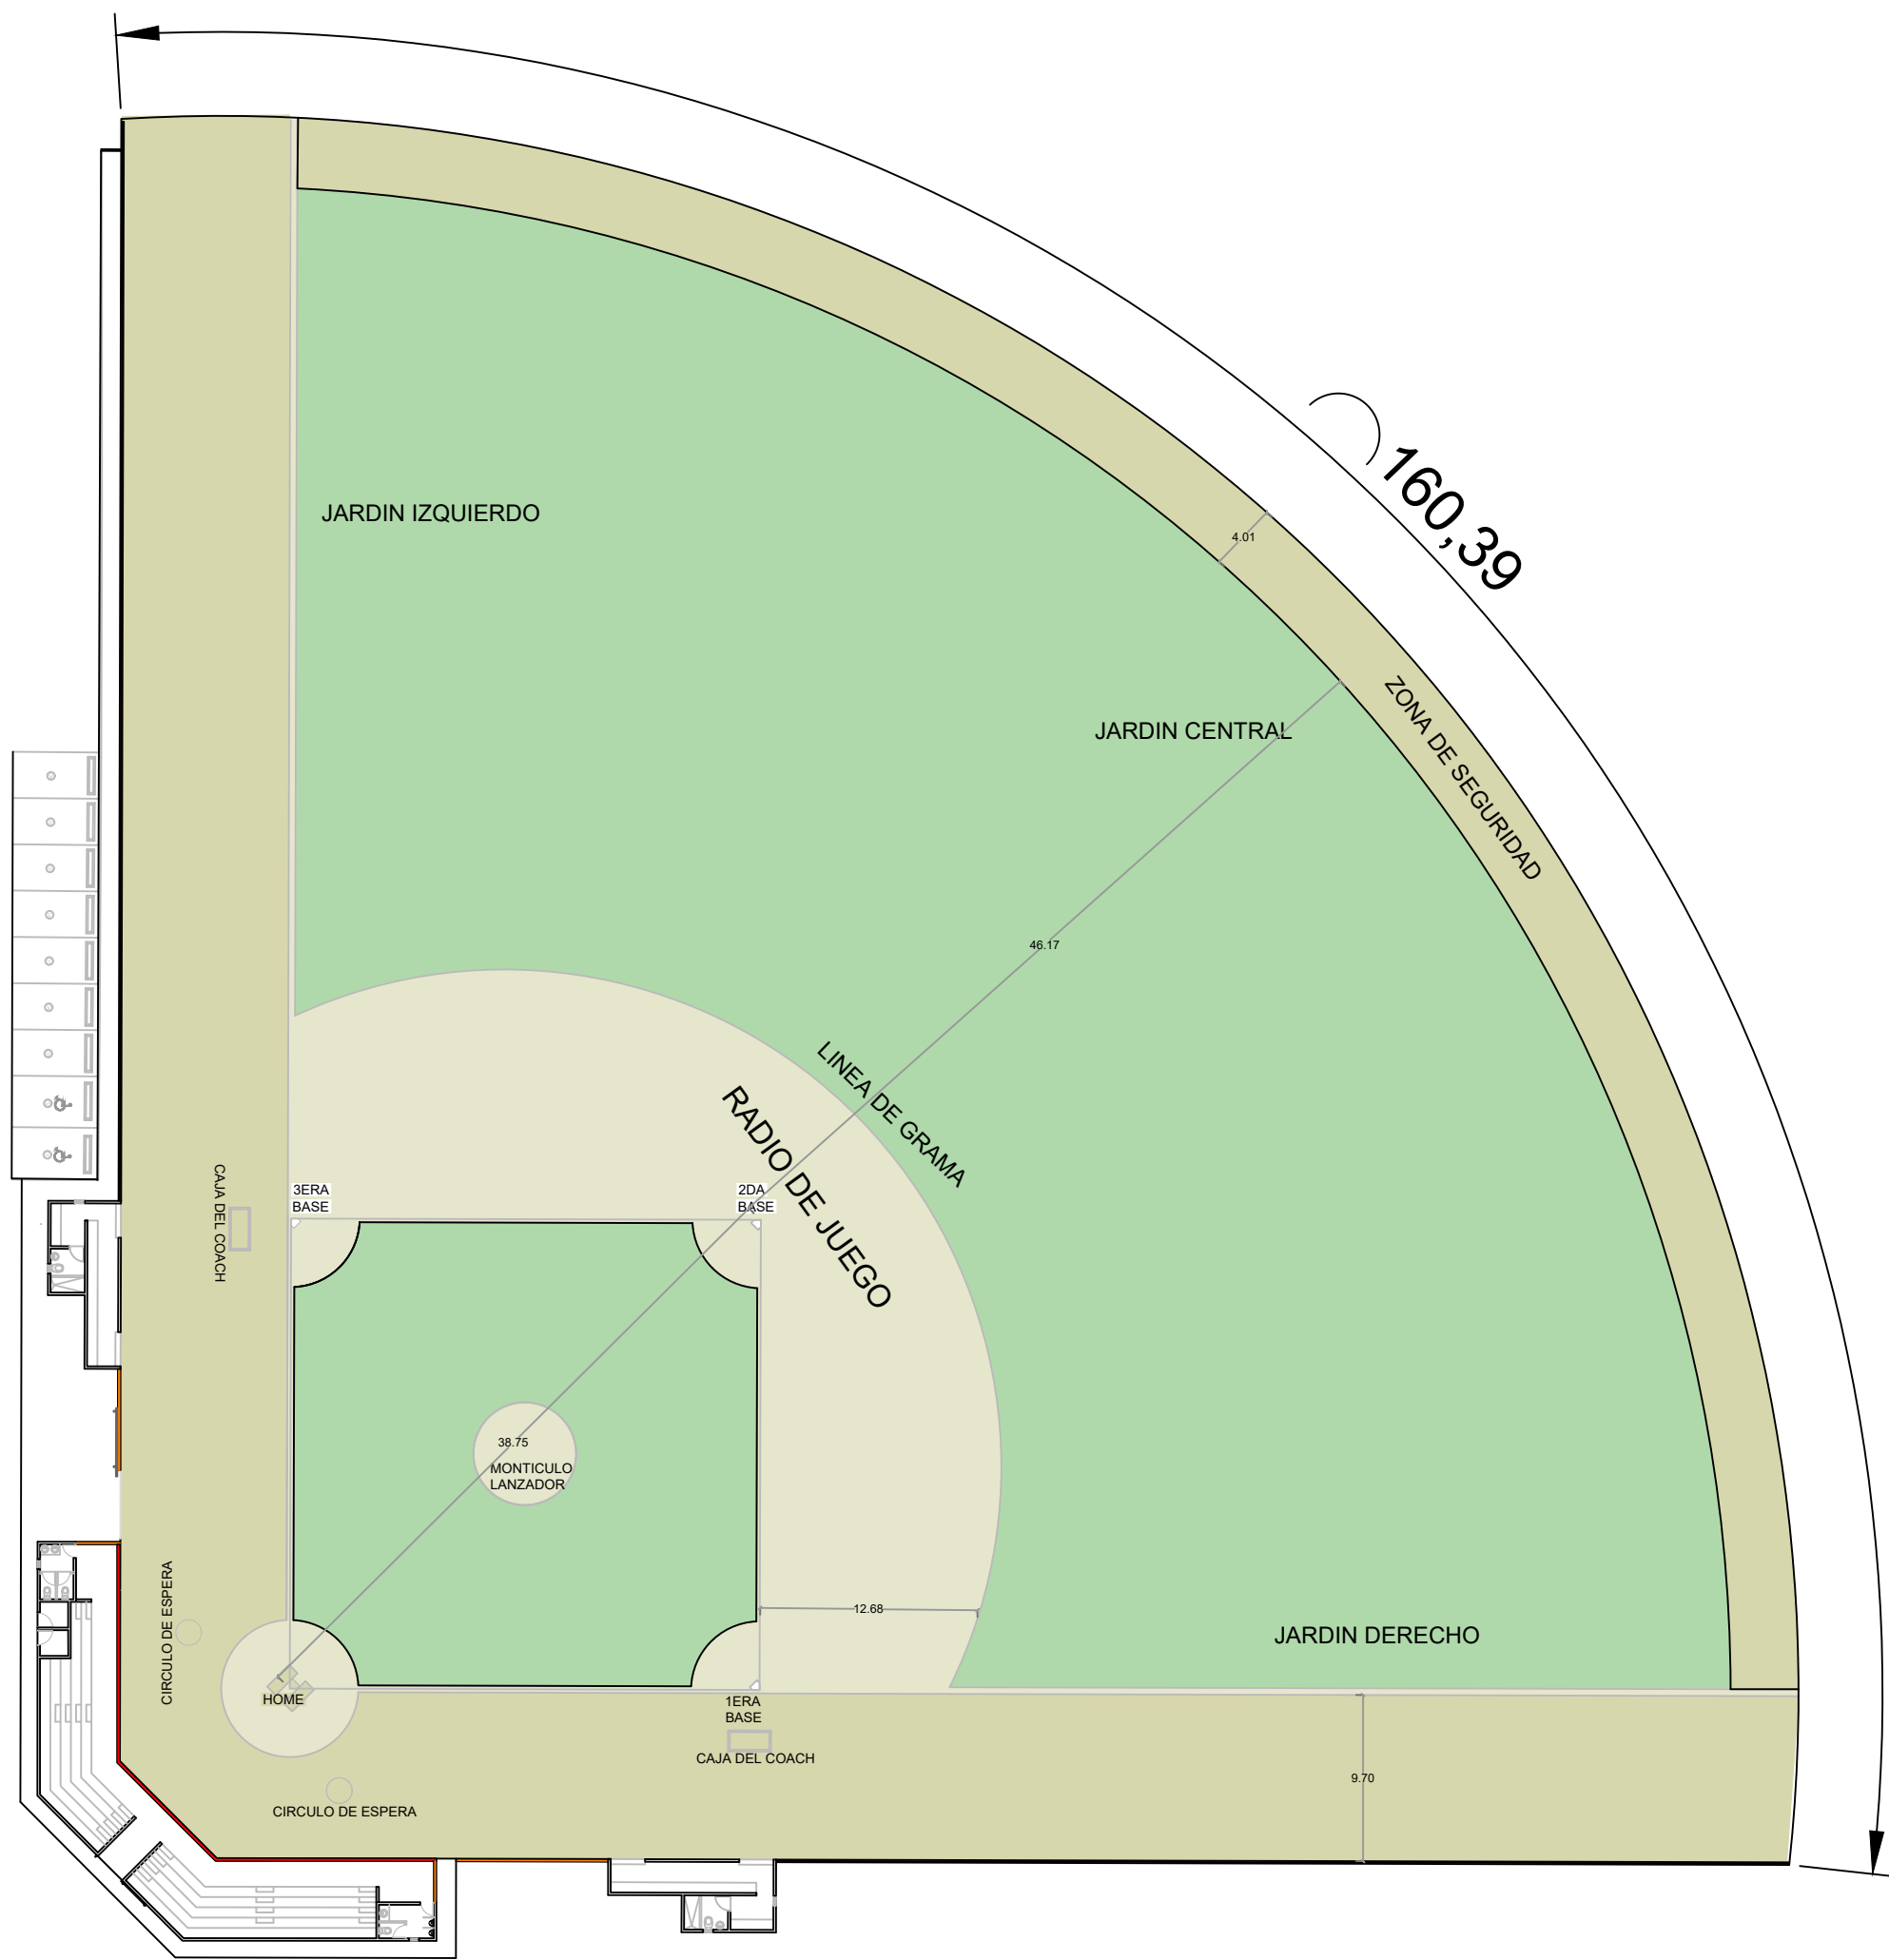

ABRIL 2026

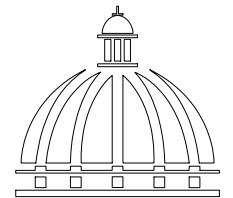

**GOBIERNO DE LA
REPÚBLICA DOMINICANA**

**DIRECCION DE DESARROLLO
PROVINCIAL
DDP**

Ave. Dr. Delgado, Esq. Moises García,
Gazcue, Sto. Dgo., R.D.
TEL.: (809)-364-2189 | FAX.: (809)- 688-1665
E-Mail: info@cpadp.gob.do

PROYECTO:
**CONSTRUCCIÓN CAMPO DE BÉISBOL LAS
TINA - 270 SECTOR LAS TINAS, D.M. YÁSICA
ARRIBA, - T270**

Mun. San Felipe de Puerto Plata, Provincial
Puerto Planta ,R.D.,

EQUIPO DE TRABAJO:

DISEÑO ARQUITECTÓNICO
ARQ.
codia 00000

ENC. INGENIERÍA
ING. FIOR DALIZA BONIFACIO
codia 00000

ESTRUCTURAL
ING. Leopoldo Berroa
codia 00000

ELÉCTRICO
ING. Juan Pérez
codia 00000

HIDRO-SANITARIO
ING. Francis Estévez
codia 00000

SELLO DE APROBACIÓN:

FECHA: _____

CONTENIDO:

PLANTA DE CONJUNTO
DIMENSIONADA

ESCALA:

1:100

SEPTIEMBRE 2026

NO. PÁGINA:

003

PROYECTO:
**CONSTRUCCIÓN CAMPO DE BÉISBOL LAS
TINA - 270 SECTOR LAS TINAS, D.M. YÁSICA
ARRIBA, - T270**

Mun. San Felipe de Puerto Plata, Provincial
Puerto Plata ,R.D.

EQUIPO DE TRABAJO:

DISEÑO ARQUITECTÓNICO
ARQ. _____
codia 00000

ENC. INGENIERÍA
ING. FIOR DALIZA BONIFACIO
codia 00000

ESTRUCTURAL
ING. Leopoldo Berroa
codia 00000

ELÉCTRICO
ING. Juan Pérez
codia 00000

HIDRO-SANITARIO
ING. Francis Estévez
codia 00000

SELLO DE APROBACIÓN:

FECHA: _____

CONTENIDO:

PLANTA DETALLE DE VERJA

ESCALA:
1:100


SEPTIEMBRE 2026

NO. PÁGINA:

004




LEYENDA DE MURO	
	BACKSTOP H=5.40M L= 27.11 M
	MURO DE BLOQUES - CENTER FIELD H=1.80 M L=160.76 M
	MURO DE BLOQUES H=1.80 M L=160.76M
	MURO DE BLOQUES Y MALLA CICLÓNICA H=1.80 L =137.84 M

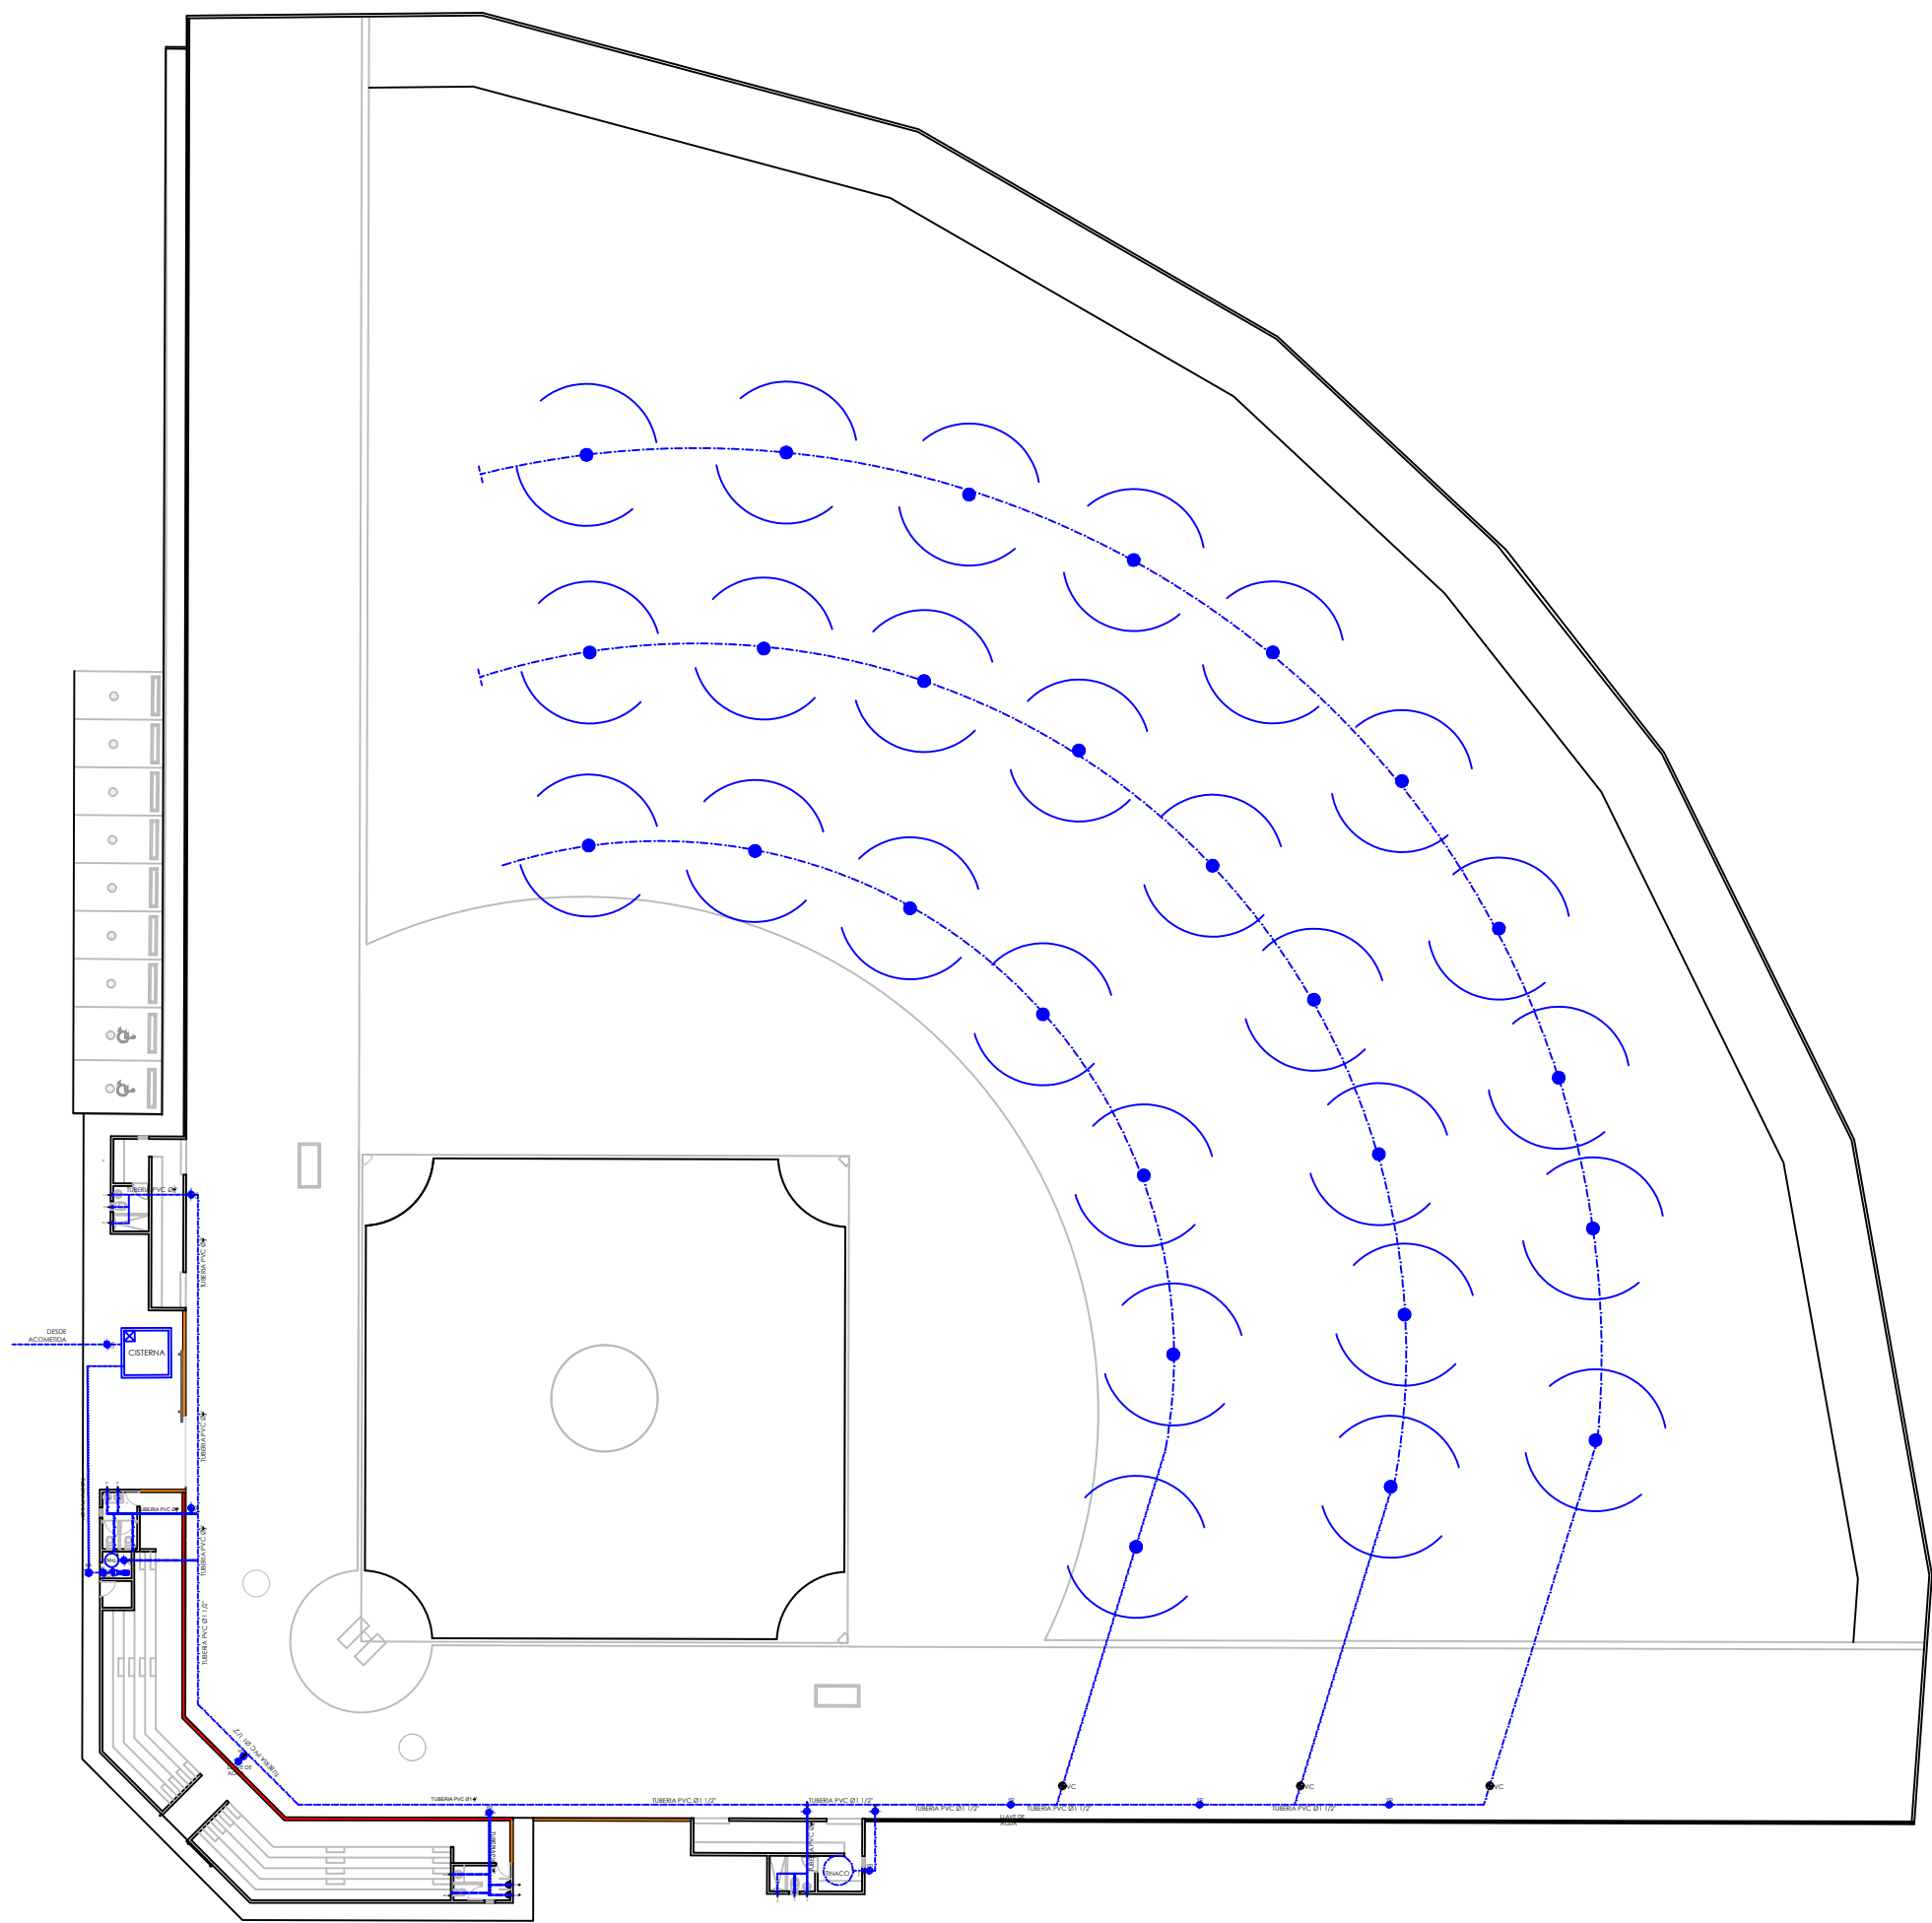


1
00

PLANTA INSTALACIONES SANITARIAS - AGUA POTABLE


ESC. 1:100

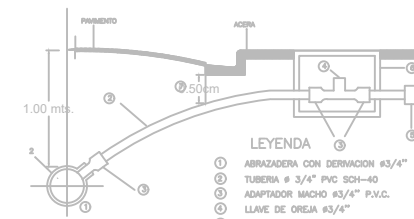

DETALLE DE ACOMETIDA

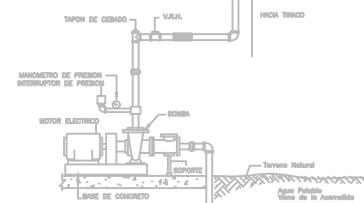


DETALLE EQUIPO DE BOMBEO

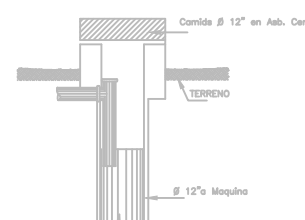

FILTRANTE

LEYENDA SANITARIA					
SÍMBOLO	ABREV.	DESCRIPCION	SÍMBOLO	ABREV.	DESCRIPCION
	I	INODORO		VP	VALVULA DE PASO
	Lm	LAVAMANOS			TUBERIA
	D	DUCHA			ASPERSORES
	Fr	FREGADERO			LLAVE DE AGUA

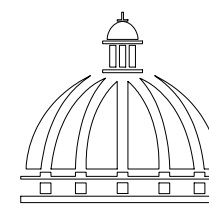

GOBIERNO DE LA
REPÚBLICA DOMINICANA

DIRECCION DE DESARROLLO PROVINCIAL DDP

Ave. Dr. Delgado, Esq. Moises García,
Gazcue, Sto. Dgo., R.D.
TEL.: (809)-364-2189 | FAX.: (809)- 688-1665
E-Mail: info@cpadp.gob.do

PROYECTO:
**CONSTRUCCIÓN CAMPO DE BÉISBOL LAS
TINA - 270 SECTOR LAS TINAS, D.M. YÁSICA
ARRIBA, - T270**

Mun. San Felipe de Puerto Plata, Provincial
Puerto Planta ,R.D.

EQUIPO DE TRABAJO:

DISEÑO ARQUITECTÓNICO
ARQ.

codia 00000

ENC. INGENIERÍA
ING.

codia 00000

ESTRUCTURAL
ING.

codia 00000

ELÉCTRICO
ING.

codia 00000

HIDRO-SANITARIO
ING.

codia 00000

SELLO DE APROBACIÓN:

FECHA: _____


CONTENIDO:
PLANTA INSTALACIONES
SANITARIAS AGUA POTABLE

ESCALA:
1:100

SEPTIEMBRE 2026

NO. PÁGINA:


005

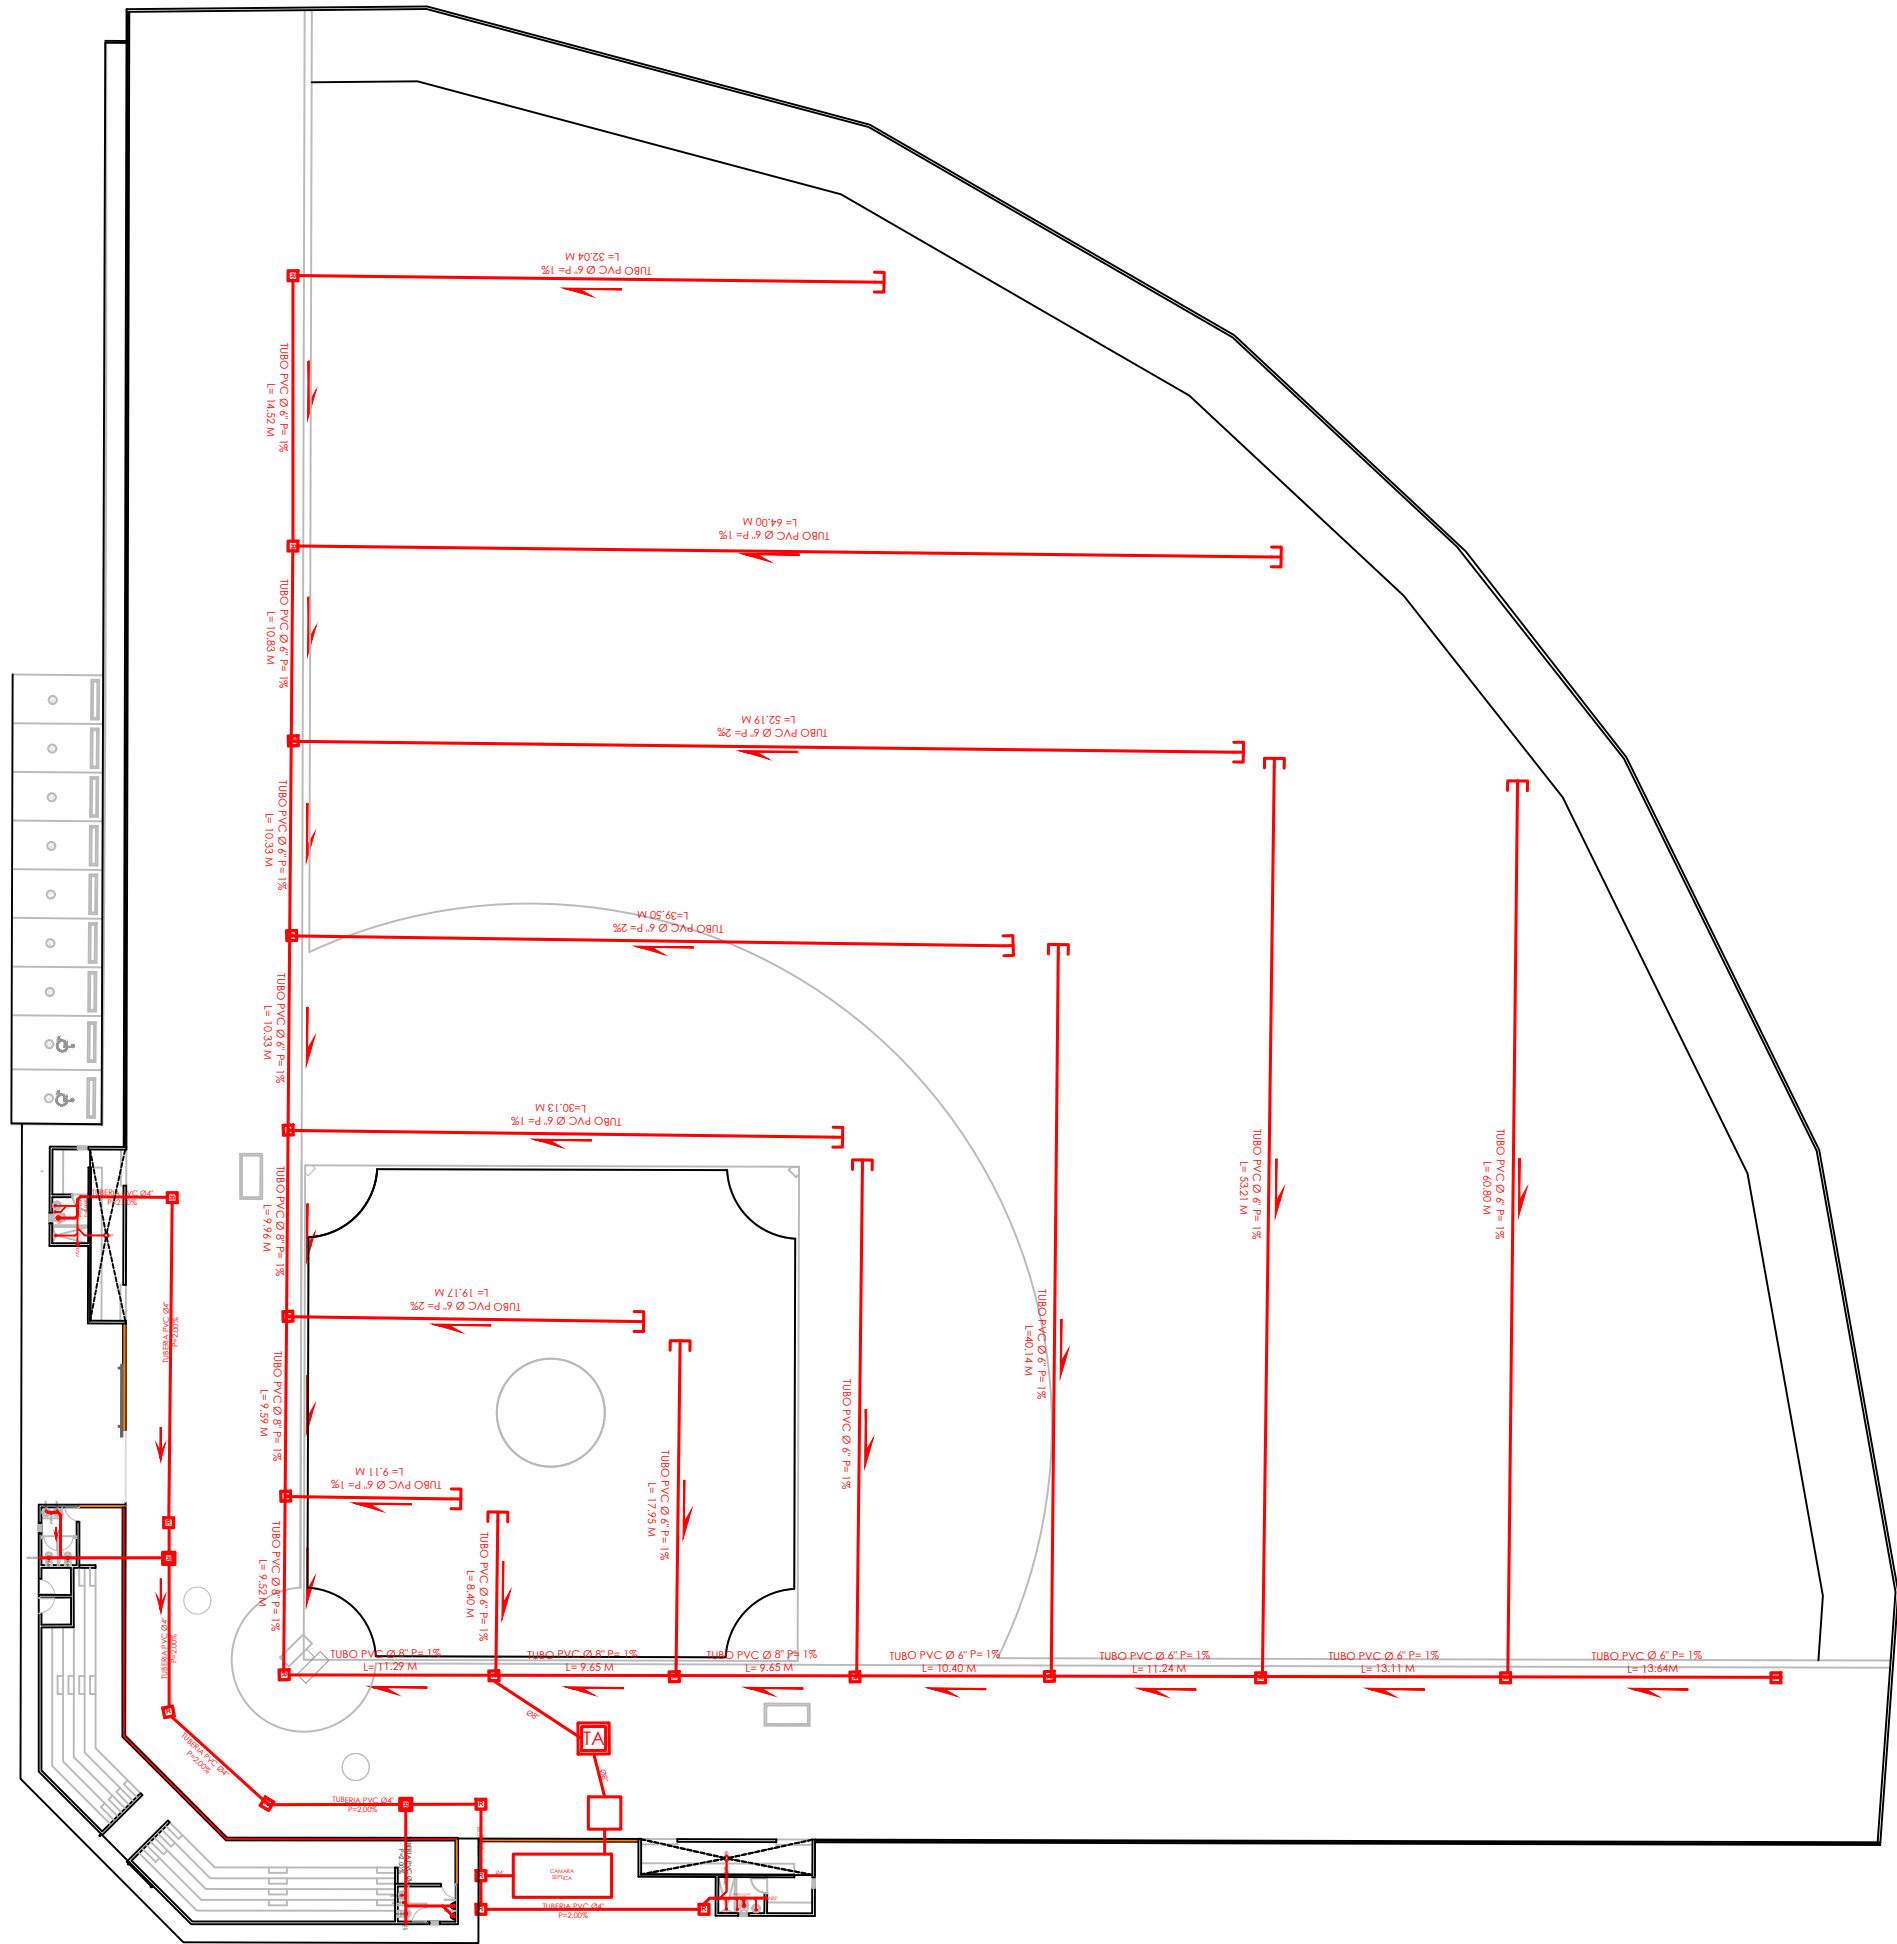


1
00

PLANTA INSTALACIONES SANITARIAS - AGUAS NEGRAS

ESC. 1:500

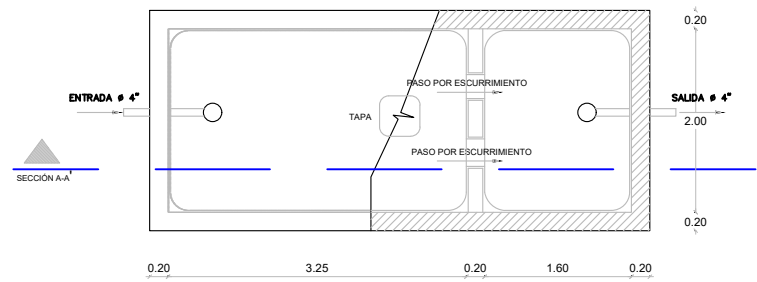


PLANTA

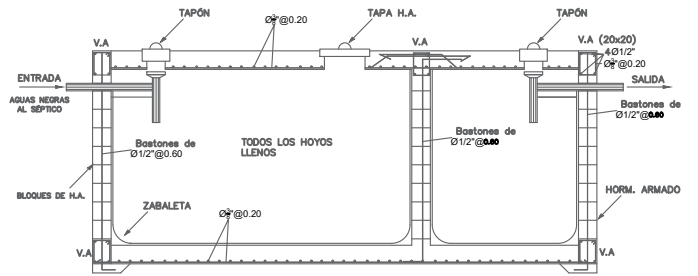


SECCIÓN A-A


DETALLE REGISTRO

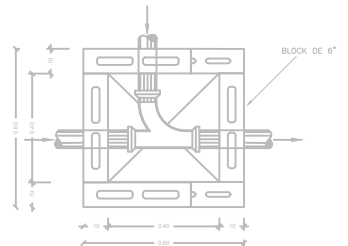

DETALLE TRAMPA DE ARENA

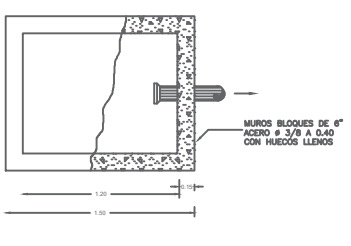


PLANTA

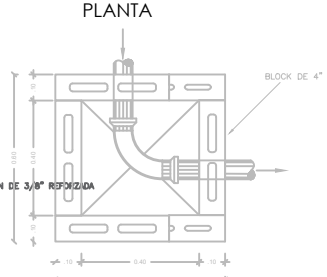


PLANTA

DRENAJE CANALES RECOLECTORES DE AGUA PLUVIAL TERRENO DE JUEGO

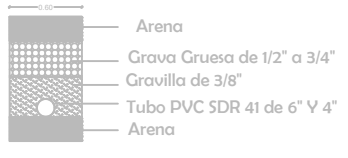

- NOTA
- TODAS LAS TUBERIAS A USAR EN LOS SISTEMAS DE DESAGUES DE AGUA POTABLE, AGUAS NEGRAS Y PLUVIAL SERAN DE P.V.C
 - LA PENDIENTE DE LAS TUBERIAS DEL SISTEMA DE DESAGUE DE AGUAS NEGRAS SERAN DE 2%
 - LAS TUBERIAS DE VENTILACION SUBIRAN 0.30 M SOBRE EL NIVEL DE TECHO
 - TUBERIA DE DRENAJE PLUVIAL PARA EL TERRENO DE JUEGO, TUBO DE 6" Y 8" PVC SDR 41
 - LAS TUBERIA DE DRENAJE PLUVIAL EN PVC DEBEN SER RECUBIERTAS CON UNA MALLA GEOTEXTIL

LEYENDA SANITARIA					
SIMBOLO	ABREV.	DESCRIPCION	SIMBOLO	ABREV.	DESCRIPCION
	i	INODORO			REGISTRO
	Lm	LAVAMANOS			TUBERIA
	D	DUCHA			TRAMPA DE ARENA
	Fr	FREGADERO			CAMARA SEPTICA

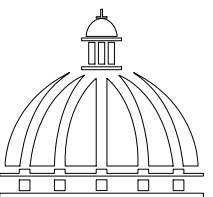

GOBIERNO DE LA
REPÚBLICA DOMINICANA

DIRECCION DE DESARROLLO
PROVINCIAL
DDP

Ave. Dr. Delgado, Esq. Moises García,
Gazcue, Sto. Dgo., R.D.
TEL.: (809)-364-2189 | FAX.: (809)- 688-1665
E-Mail: info@cpadp.gob.do

PROYECTO:
**CONSTRUCCIÓN CAMPO DE BÉISBOL LAS
TINA - 270 SECTOR LAS TINAS, D.M. YÁSCA
ARRIBA, - T270**

Mun. San Felipe de Puerto Plata, Provincial
Puerto Plata ,R.D.

EQUIPO DE TRABAJO:

DISEÑO ARQUITECTÓNICO
ARQ.

codia 00000

ENC. INGENIERÍA
ING.

codia 00000

ESTRUCTURAL
ING.

codia 00000

ELÉCTRICO
ING. J

codia 00000

HIDRO-SANITARIO
ING.

codia 00000

SELLO DE APROBACIÓN:

FECHA:

CONTENIDO:
PLANTA INSTALACIONES
SANITARIAS AGUAS NEGRAS

ESCALA:

1:100

SEPTIEMBRE 2026

NO. PÁGINA:

006

PROYECTO:
**CONSTRUCCIÓN CAMPO DE BÉISBOL LAS
TINA - 270 SECTOR LAS TINAS, D.M. YÁSICA
ARRIBA, - T270**

Mun. San Felipe de Puerto Plata, Provincial
Puerto Planta ,R.D.

EQUIPO DE TRABAJO:

DISEÑO ARQUITECTÓNICO
ARQ.

codia 00000

ENC. INGENIERÍA
ING.

codia 00000

ESTRUCTURAL
ING.

codia 00000

ELÉCTRICO
ING.

codia 00000

HIDRO-SANITARIO
ING.

codia 00000

SELLO DE APROBACIÓN:

FECHA: _____


CONTENIDO:
**PLANTA INSTALACIONES
ELECTRICAS**

ESCALA:
1:100


SEPTIEMBRE 2026

NO. PÁGINA:


007

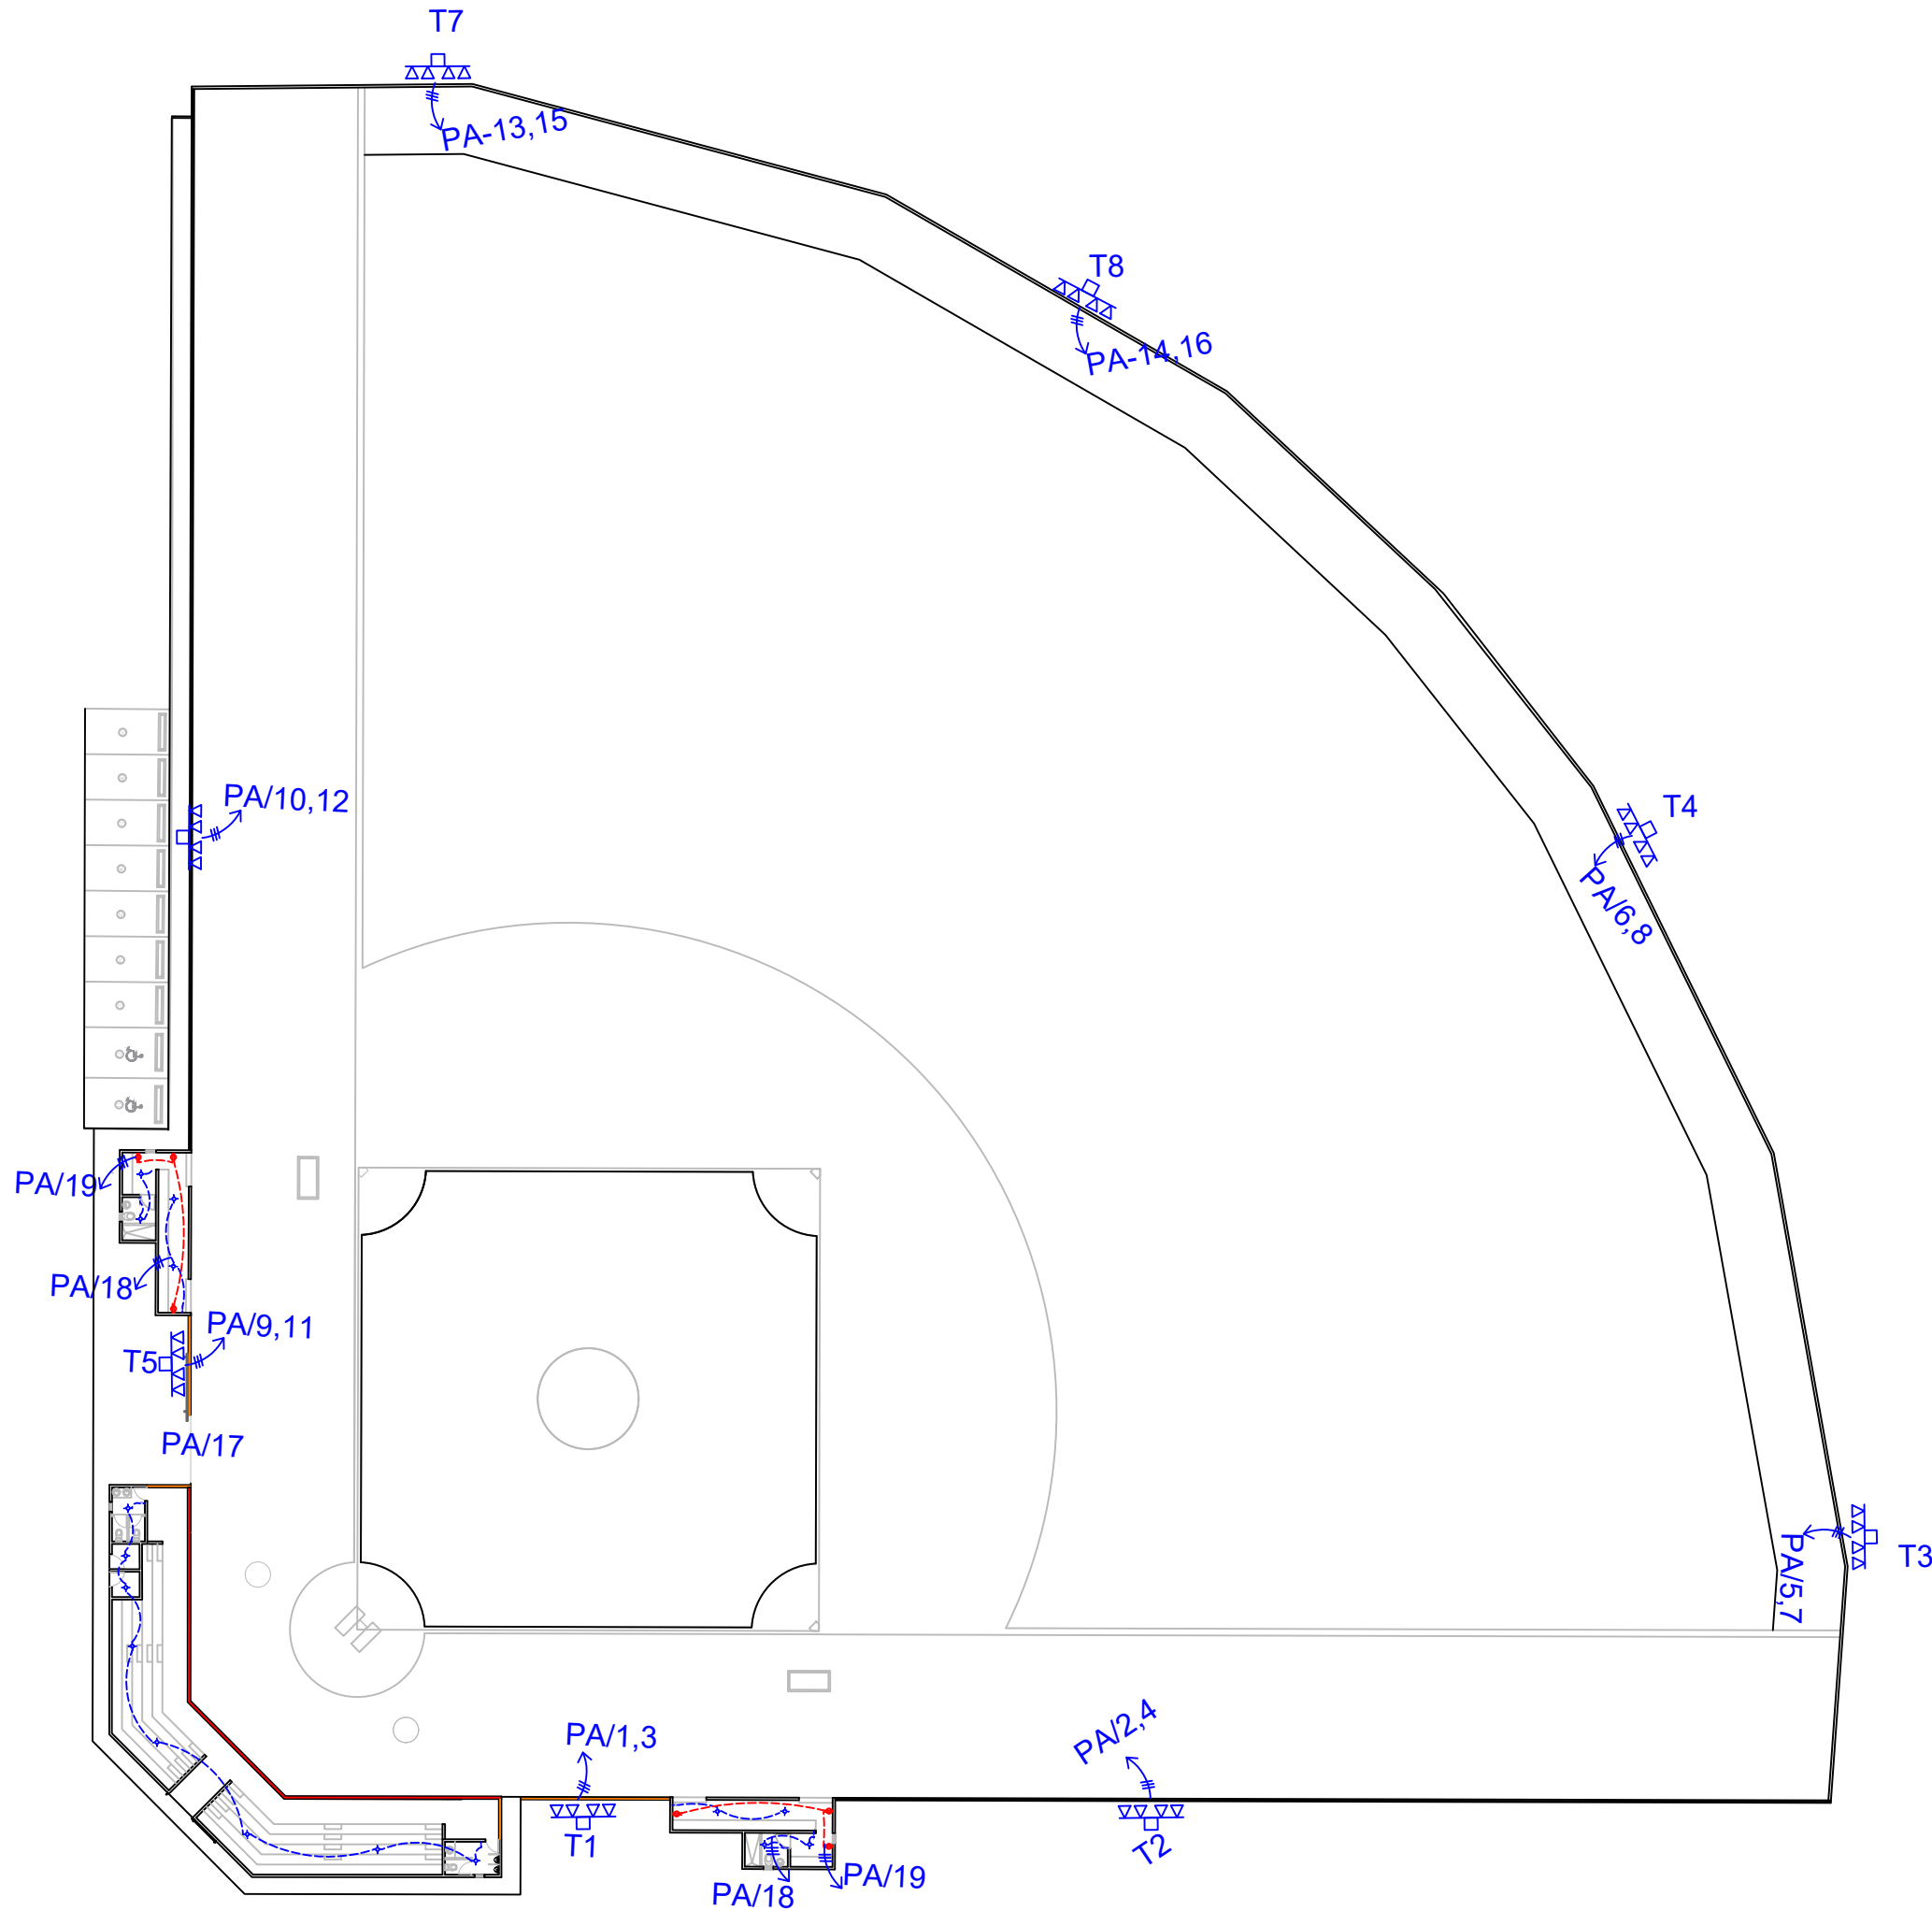

LEYENDA	
SIMBOLOGÍA	NOMBRE
	Luces de Techo
	Luces colgante tipo campana
	Lampara flour 4x4
	Lampara flour 2x4
	Luces de Pared
	Interruptores sencillo, 15A, 120V
	Interruptores doble, 15A, 120V
	Interruptores triple, 15A, 120V
	Interruptores 3 Way, 15A, 120V
	Interruptores 4 Way, 15A, 120V
	Interruptores Con luz piloto, 15A, 120V
	Poste Hormigon Armado 50' con escalerilla lampara MH, 1500W, 240 V
	Toma Corriente 120V, Doble, 20A
	Toma Corriente 240V, Sencillo, 30A
	Toma Corriente 120 de UPS, Doble, 20A
	Teléfono
	Antena de Televisión
	Data
	Hacia el Panel con 2 hilos
	Hacia el Panel con 3 hilos
	Tubería Empotrada en Losa
	Tubería Empotrada en Tierra
	Panel de Distribución Eléctrica
	Panel Board
	Breaker
	Registro
	Medidor o contador
	Transformador
	Abanico de Techo
	Equipos Eléctricos
	Transfer Switch
	Módulo de Contador
	Enclosed Breaker
	Tubería Empotrada con 3 hilos
	Inversor, UPS

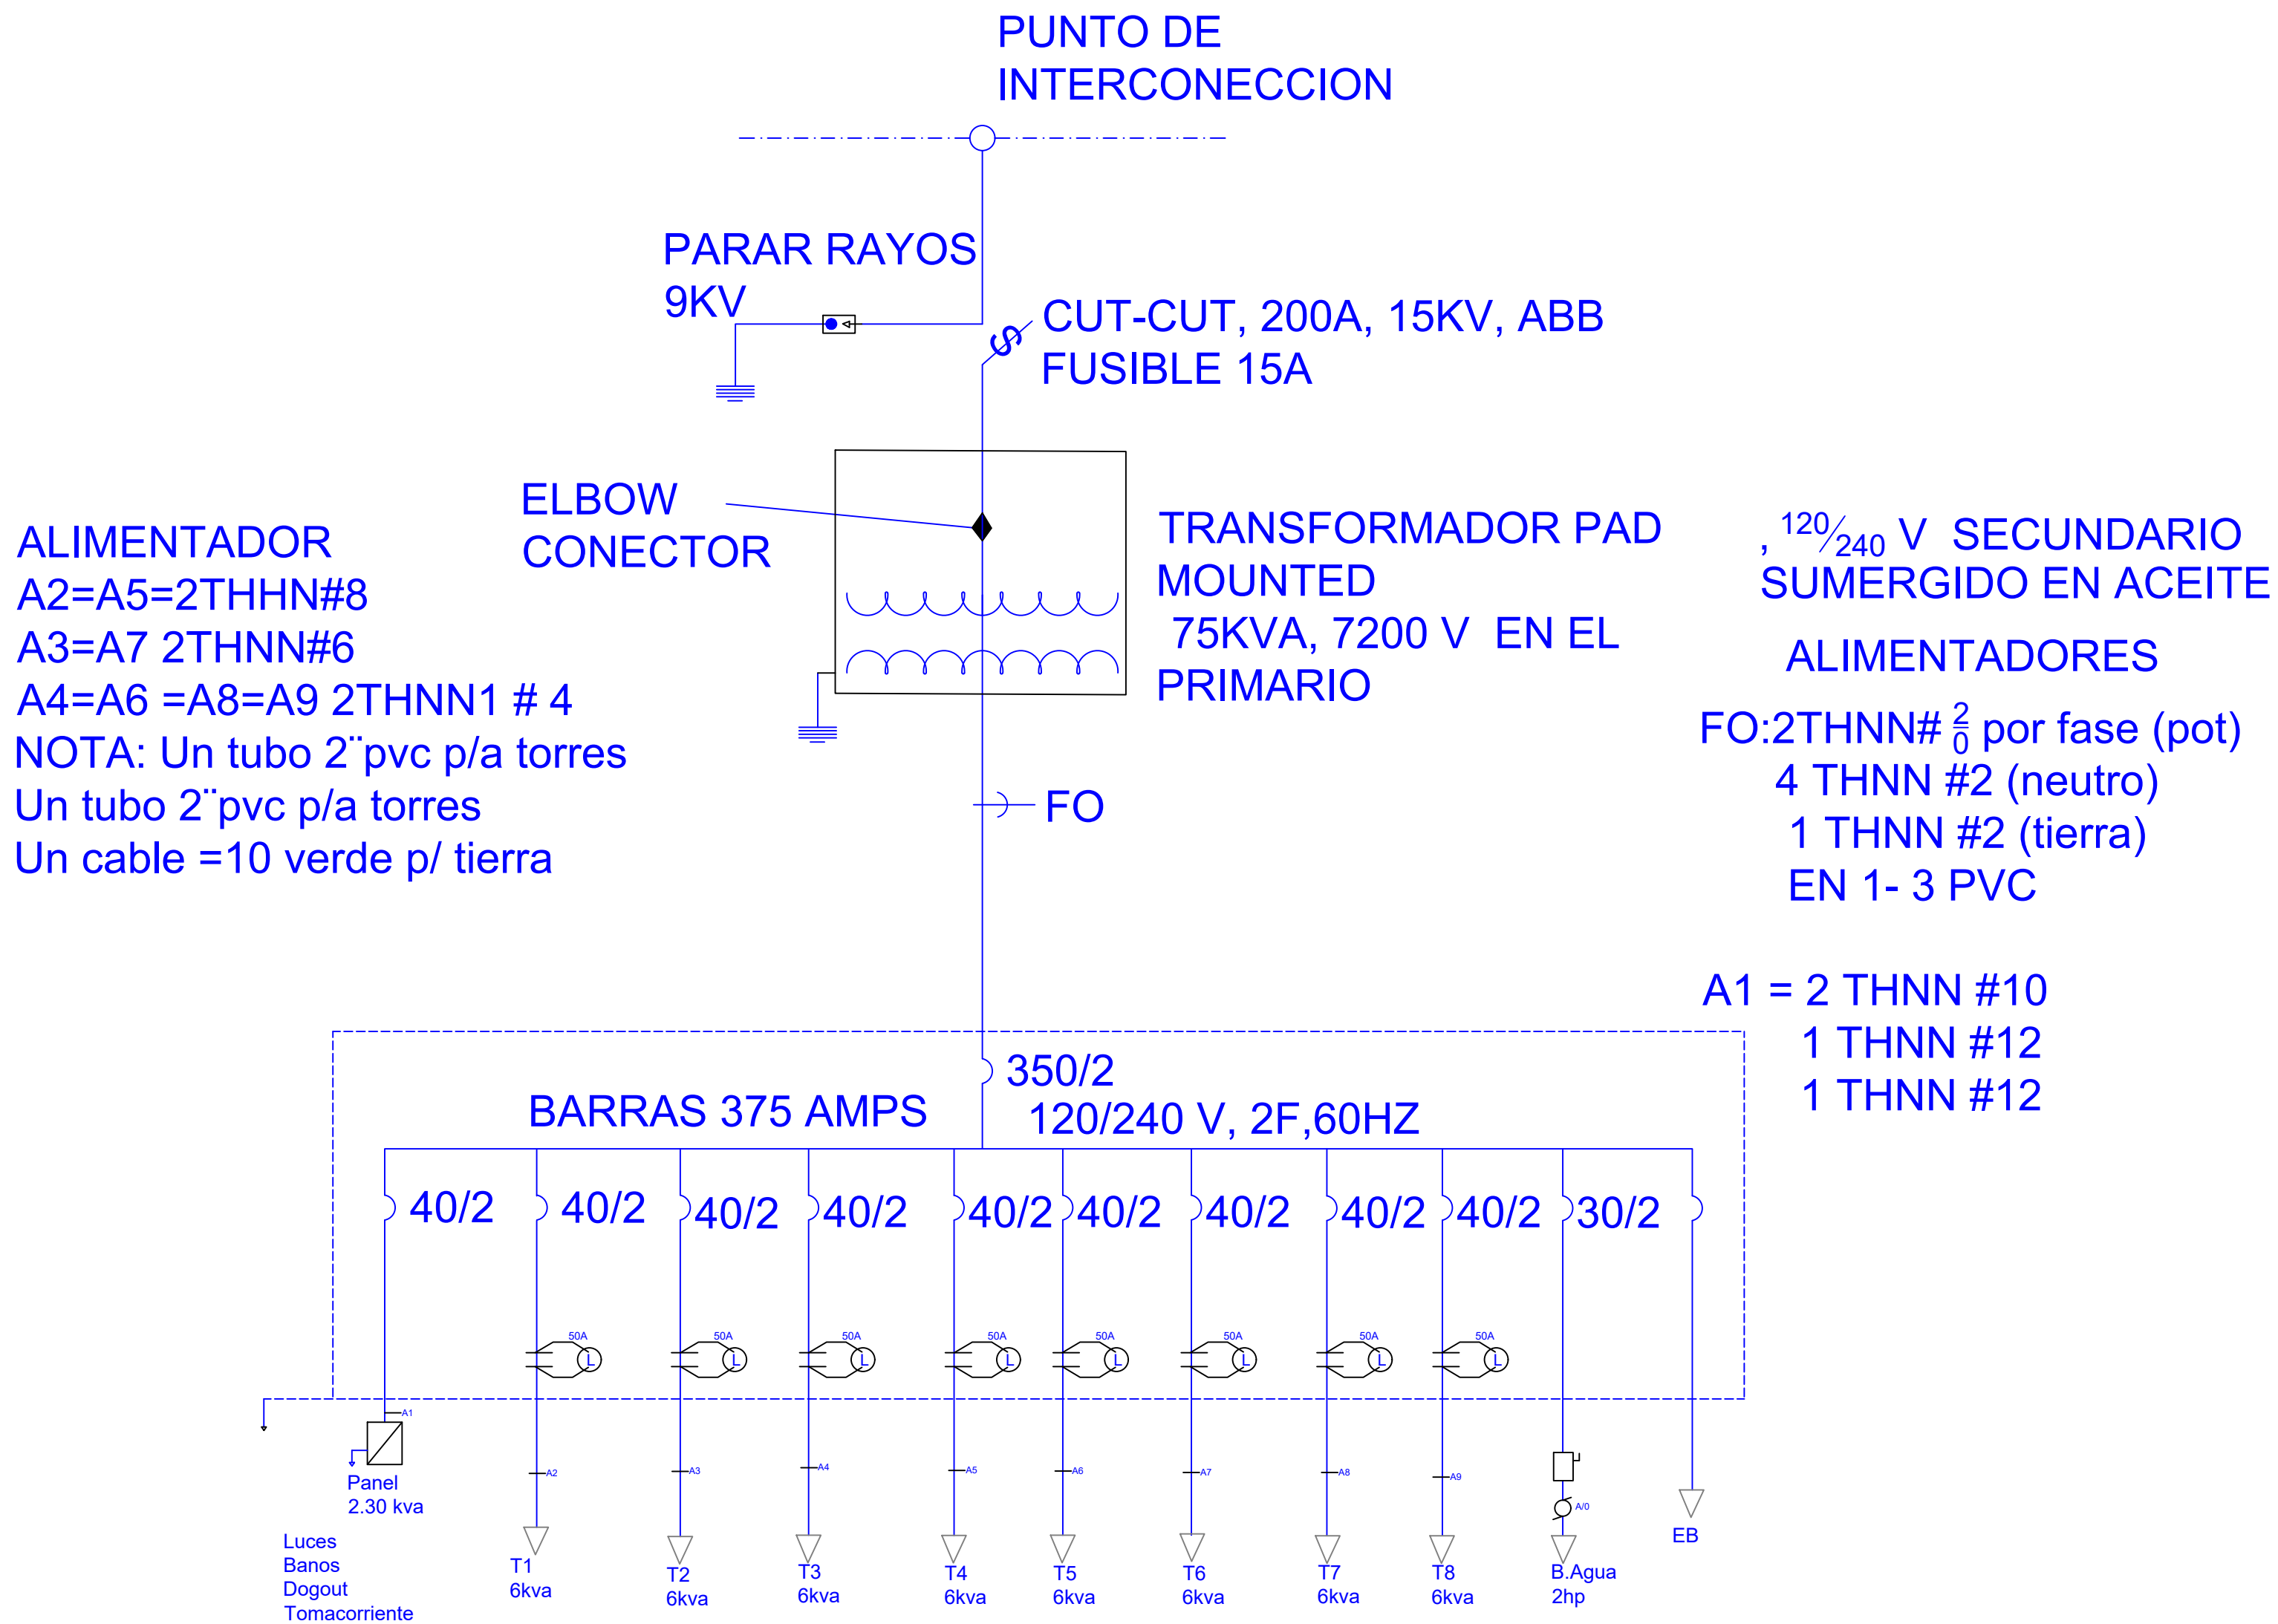

DRIAGRAMA UNIFILAR
ESC. N/E

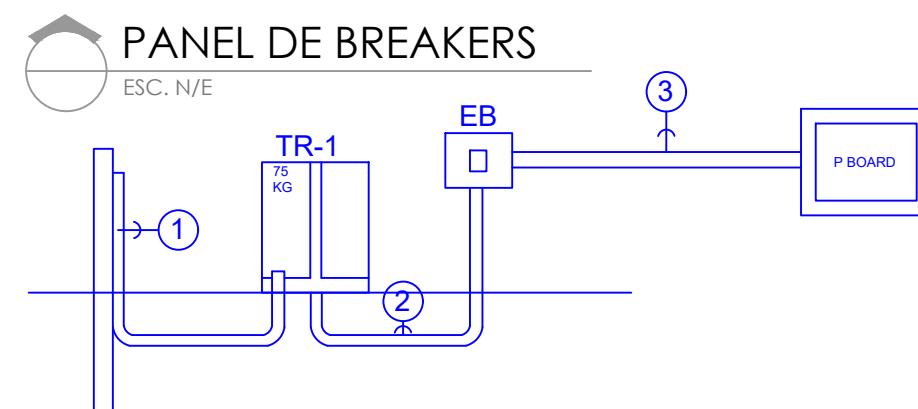

PROYECTO:
CONSTRUCCIÓN CAMPO DE BÉISBOL LAS
TINA - 270 SECTOR LAS TINAS, D.M. YÁSICA
ARRIBA, - T270

Mun. San Felipe de Puerto Plata, Provincial
Puerto Planta ,R.D.

EQUIPO DE TRABAJO:

DISEÑO ARQUITECTÓNICO
ARQ. _____
codia 00000

ENC. INGENIERÍA
ING. _____
codia 00000

ESTRUCTURAL
ING. _____
codia 00000

ELÉCTRICO
ING. J _____
codia 00000

HIDRO-SANITARIO
ING. _____
codia 00000

SELLO DE APROBACIÓN:


FECHA: _____

CONTENIDO:
DIAGRAMA UNIFILAR

ESCALA:
N/A

SEPTIEMBRE 2026

NO. PÁGINA:
008

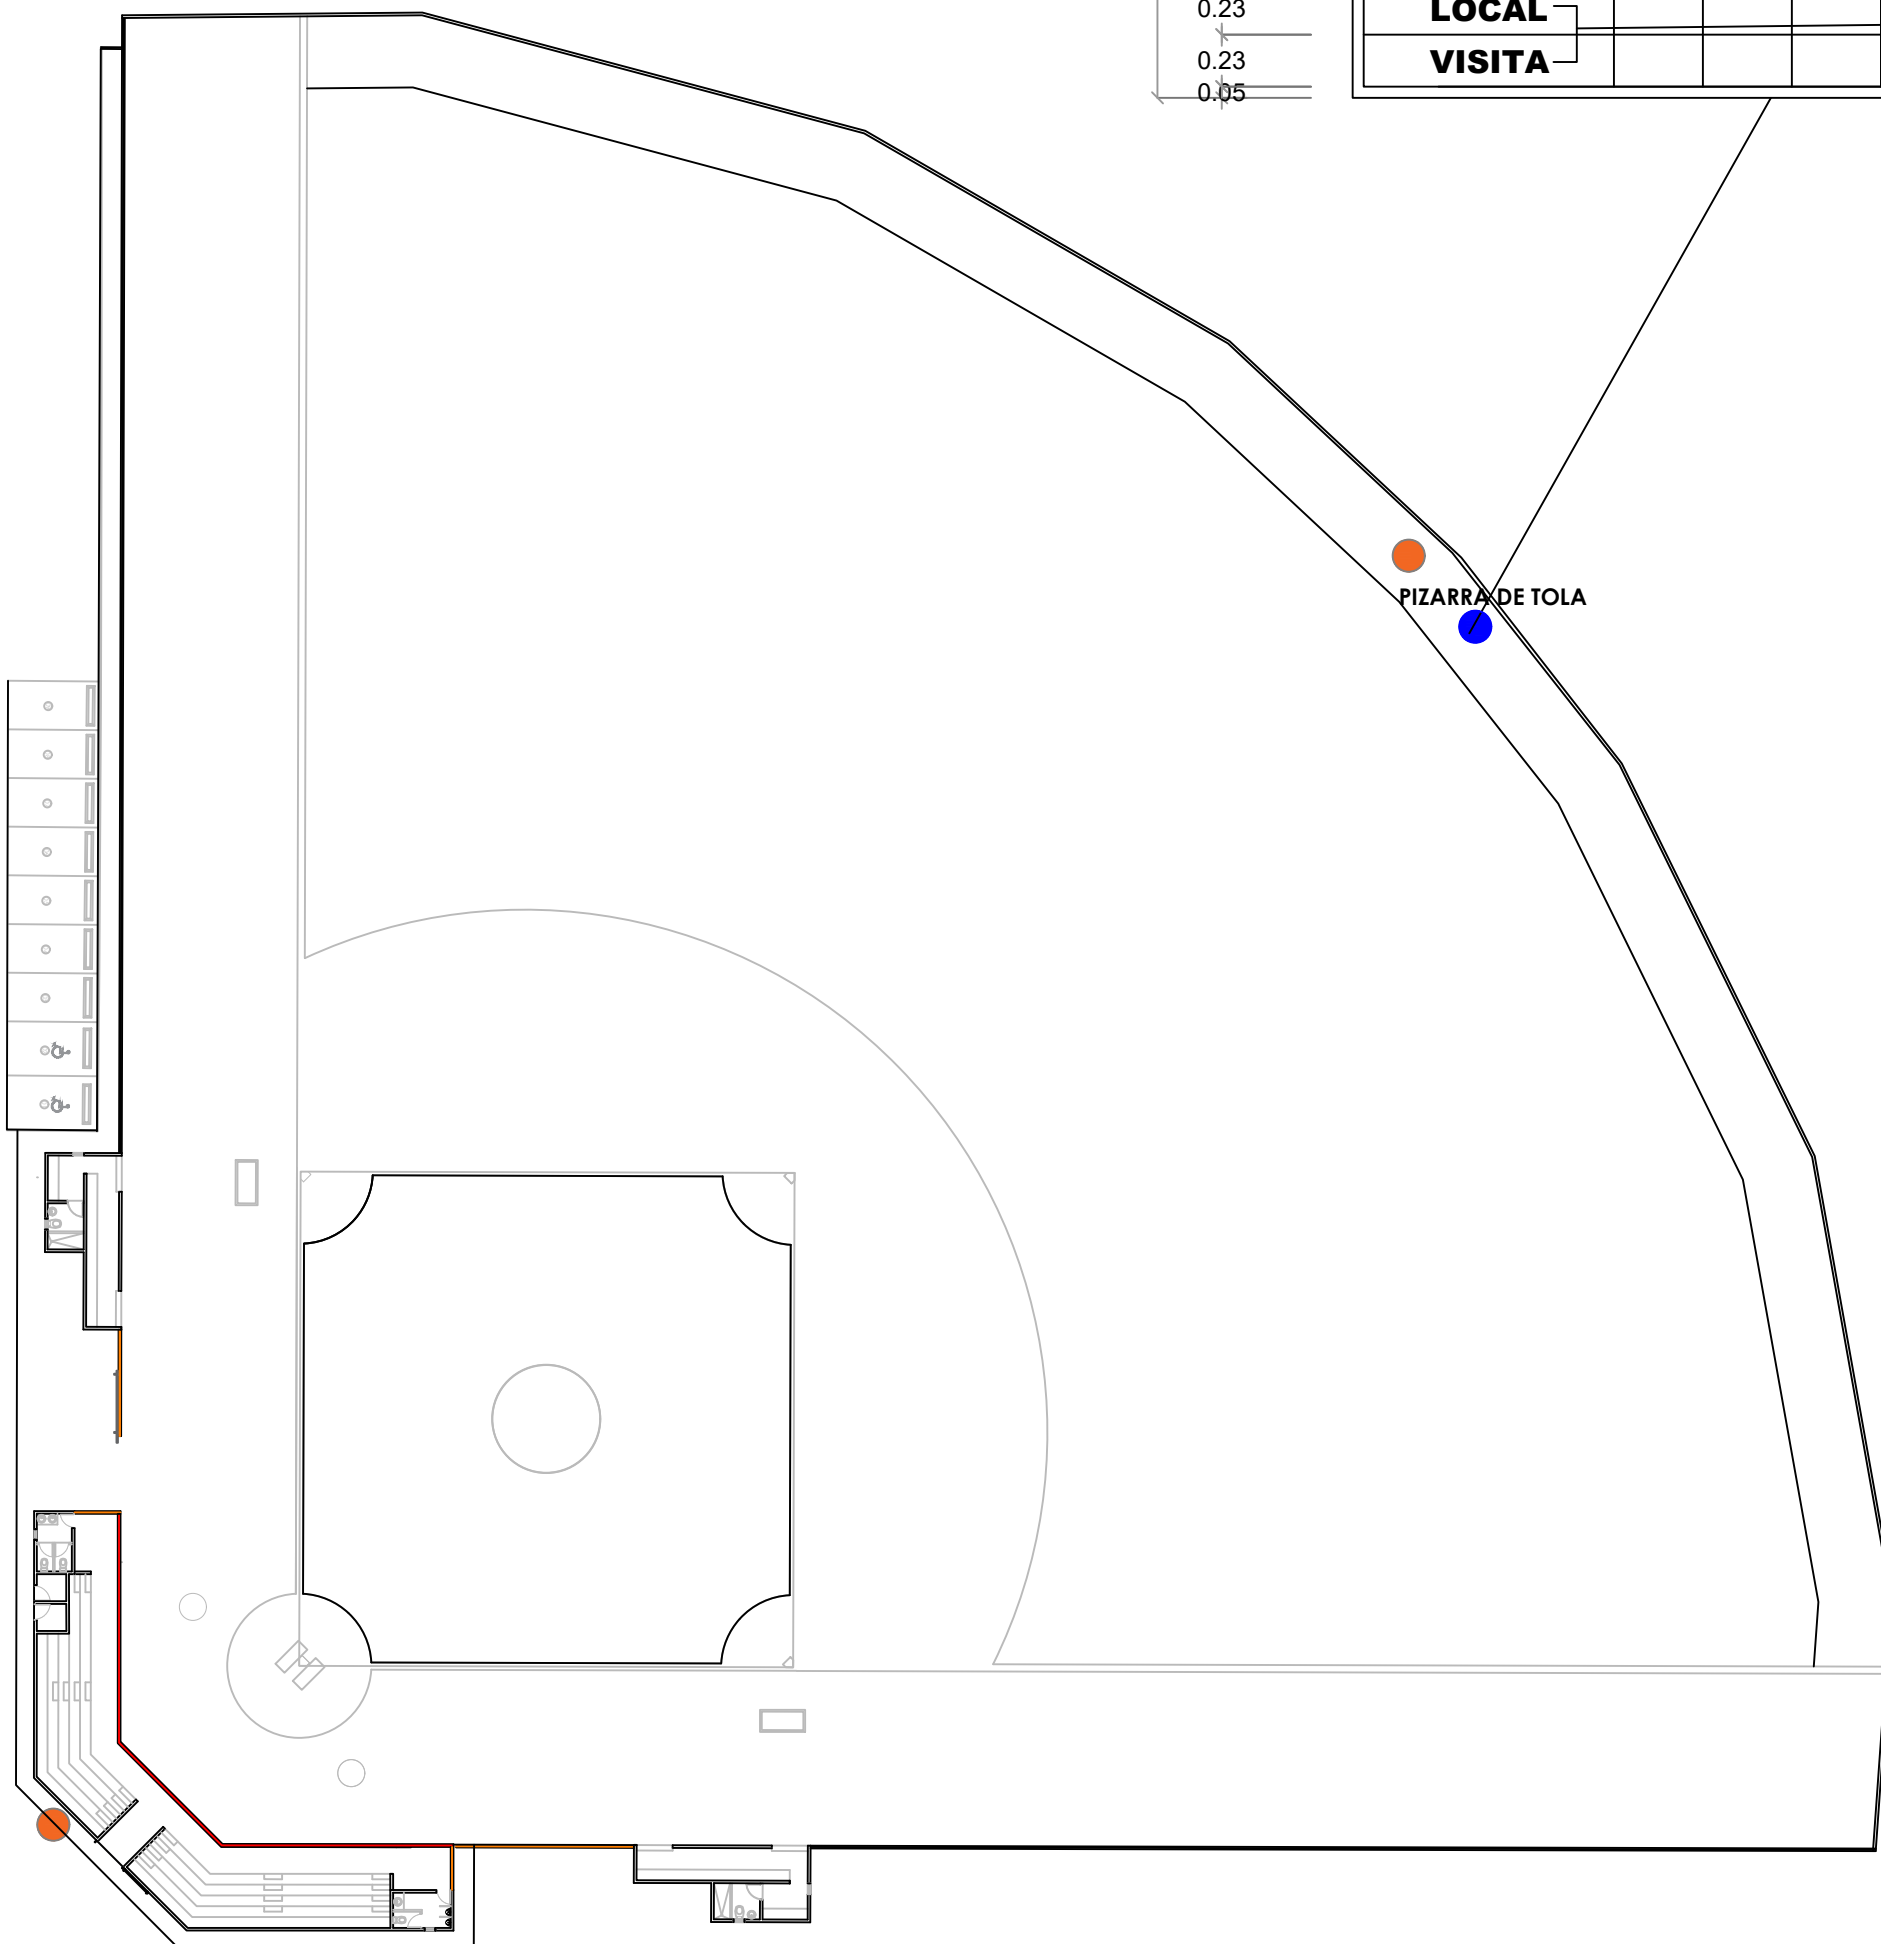

GOBIERNO DE LA REPÚBLICA DOMINICANA

GESTION 2024-2028

LUIS ABINADER

PLAY DE BEISBOL

SABANA DE PAYABO

	1	2	3	4	5	6	7	8	9	10
LOCAL										
VISITA										


1
00

PLANTA UBICACION DE LOGO Y PIZARRA

ESC. 1:500

LEYENDA ZONIFICACION DE LOGOS		
SIMBOLO	DESCRIPCION	CANTIDAD
●	LOGOS	2

NOTA: CADA LOGO TENDRA DE DIAMETRO 1.20 M
ESTA CENTRALIZADO RESPECTO AL ESPACIO
DONDE SE UBICA, ESTO ES DE ACUERDO AL
ANCHO Y AL ALTO DEL AREA

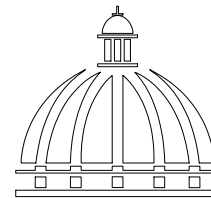

GOBIERNO DE LA
REPÚBLICA DOMINICANA

DIRECCION DE DESARROLLO
PROVINCIAL
DDP

Ave. Dr. Delgado, Esq. Moises García,
Gazcue, Sto. Dgo., R.D.
TEL.: (809)-364-2189 | FAX.: (809)- 688-1665
E-Mail: info@cpadp.gob.do

PROYECTO:

CONSTRUCCIÓN CAMPO DE BÉISBOL LAS
TINA - 270 SECTOR LAS TINAS, D.M. YÁSICA
ARRIBA, - T270

Mun. San Felipe de Puerto Plata, Provincial
Puerto Planta ,R.D.

EQUIPO DE TRABAJO:

DISEÑO ARQUITECTÓNICO
ARQ. _____
codia 00000

ENC. INGENIERÍA
ING. _____
codia 00000

ESTRUCTURAL
ING. _____
codia 00000

ELÉCTRICO
ING. _____
codia 00000

HIDRO-SANITARIO
ING. _____
codia 00000

SELLO DE APROBACIÓN:

FECHA: _____

CONTENIDO:

DETALLE UBICACION
LOGOS Y PIZARRA


ESCALA:

1:100


SEPTIEMBRE 2026

NO. PÁGINA:



009

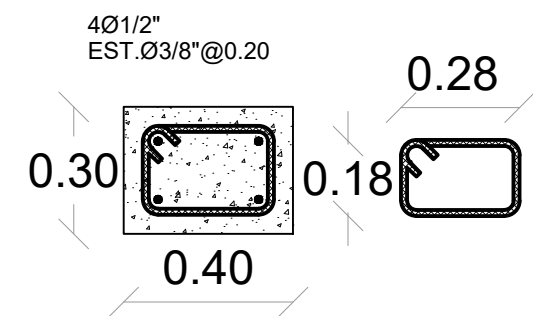


SECCION COLUMNA CA
Columna de amarre @ 3m
Esc. 1:50

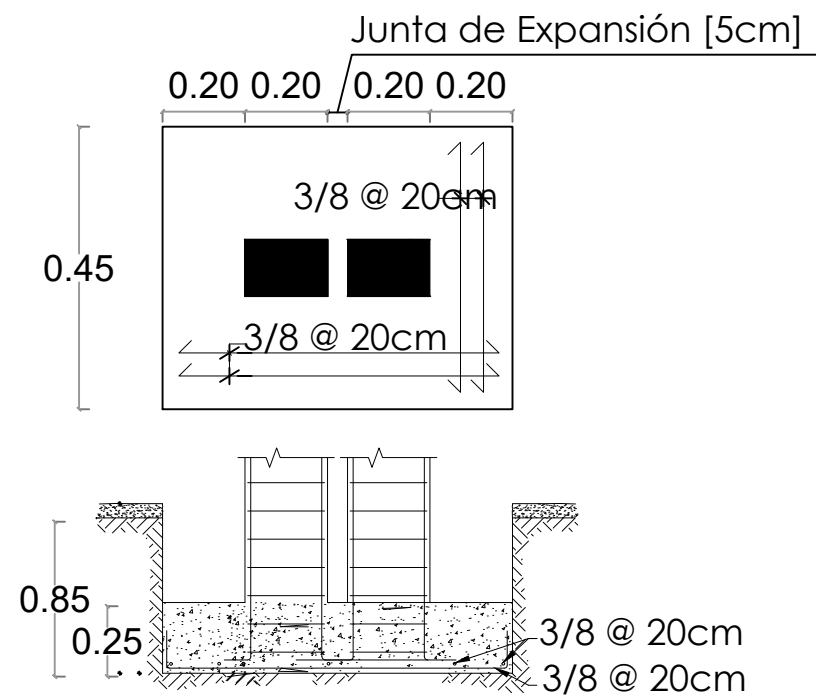


DETALLE ZAPATA COLUMNA EN JUNTA DE EXPANSIÓN
Una junta de expansión c/18m (cada 6 col. de amarre)

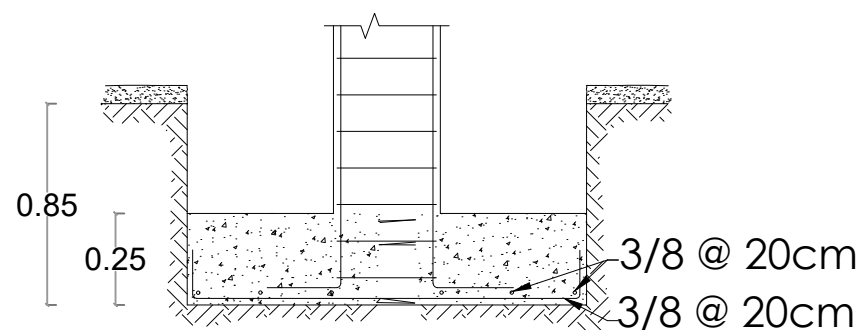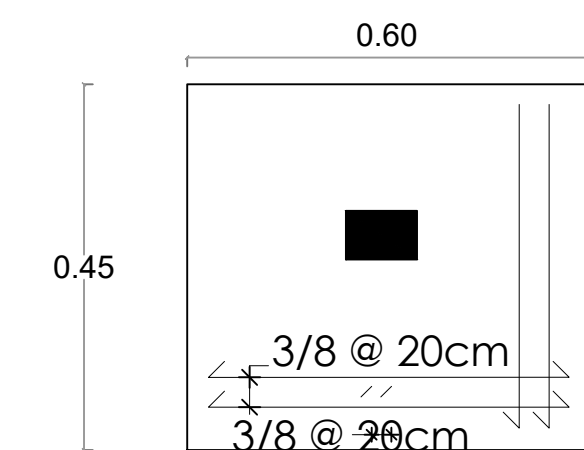


DETALLE ZAPATA COLUMNA CA

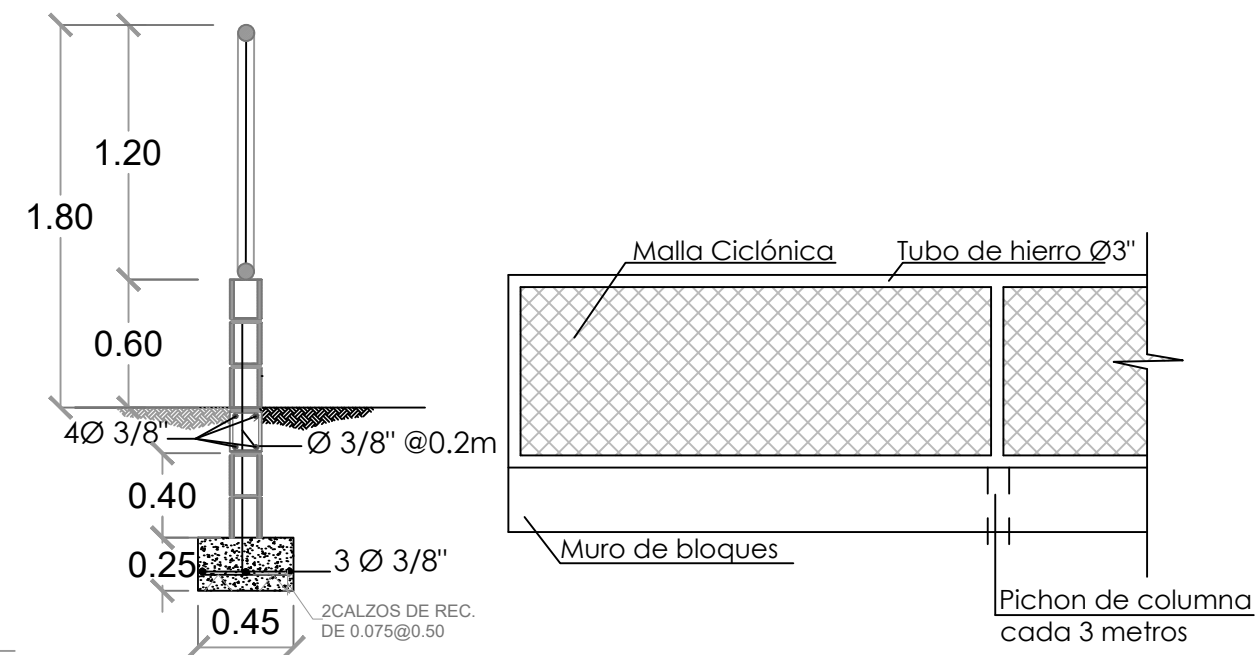


MURO DE BLOQUES Y MALLA CICLÓNICA
H=1.80 M L= 159.36 M

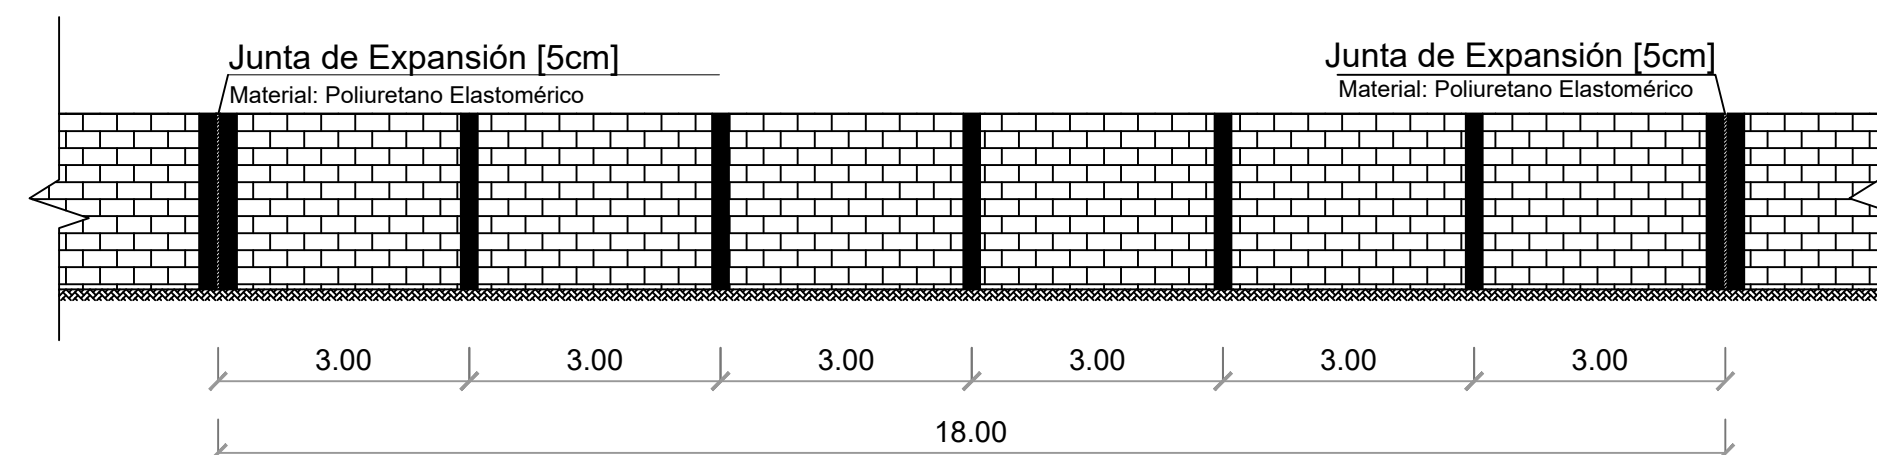


ELEVACIÓN VERJA DE BLOQUES C/ JUNTA DE EXPANSIÓN
Una junta de expansión c/18m (cada 6 col. de amarre)

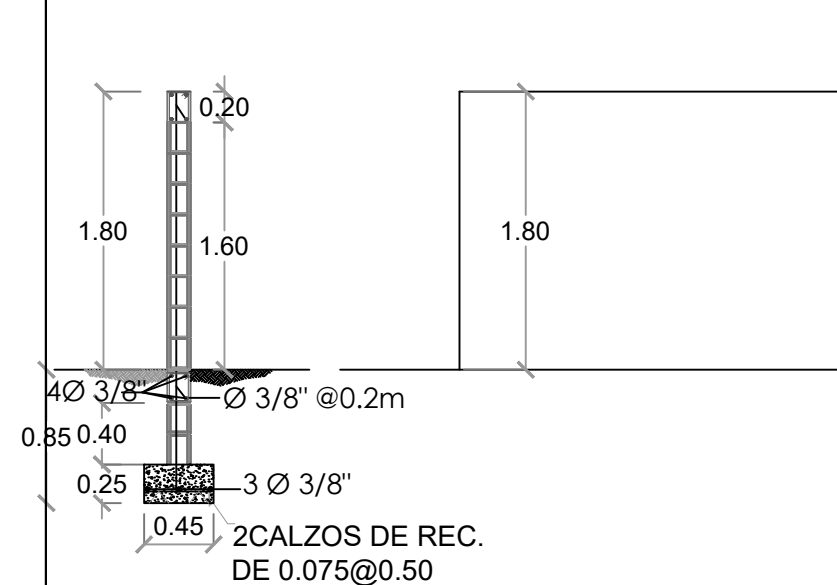



MURO DE BLOQUES H=1.80 M L= 191.27 M

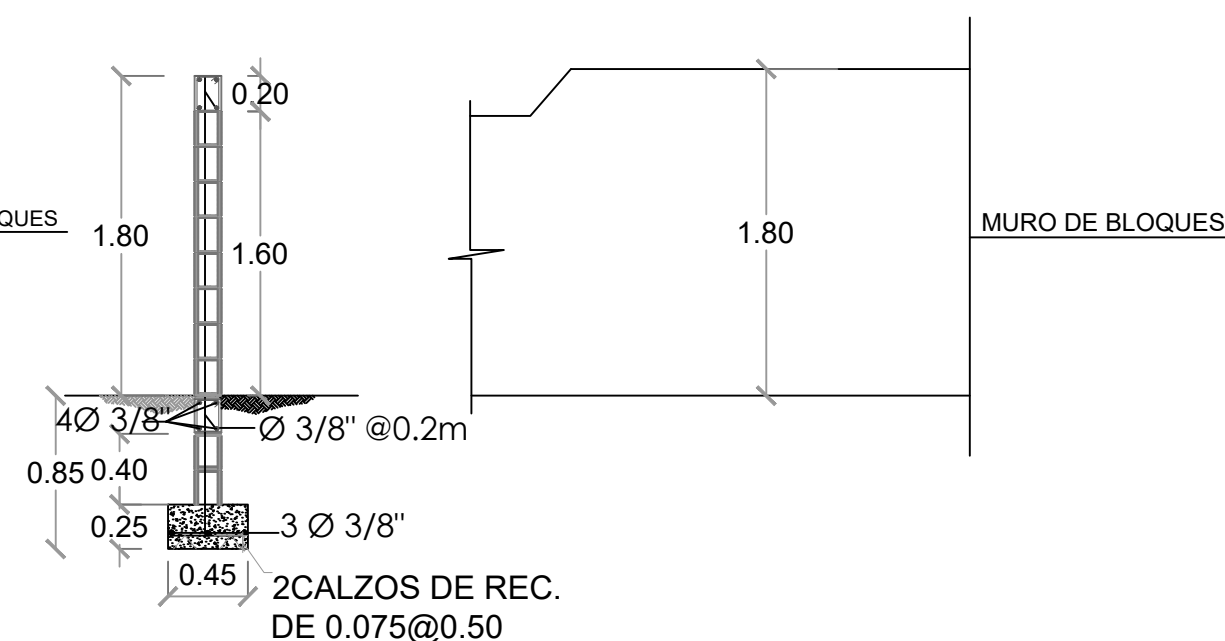

MURO DE BLOQUES - CENTER FIELD H=1.80 M L= 15.00 M

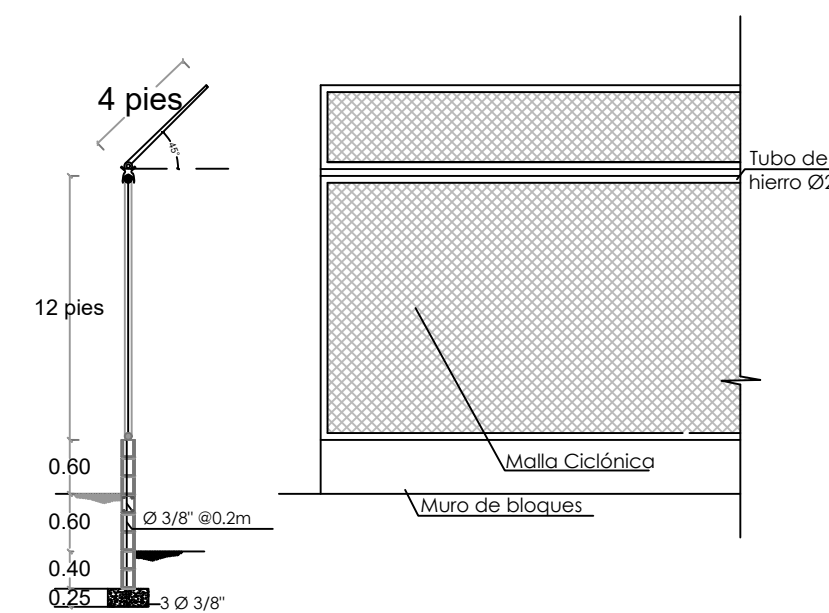

BACKSTOP H=5.40M L= 30.00 M

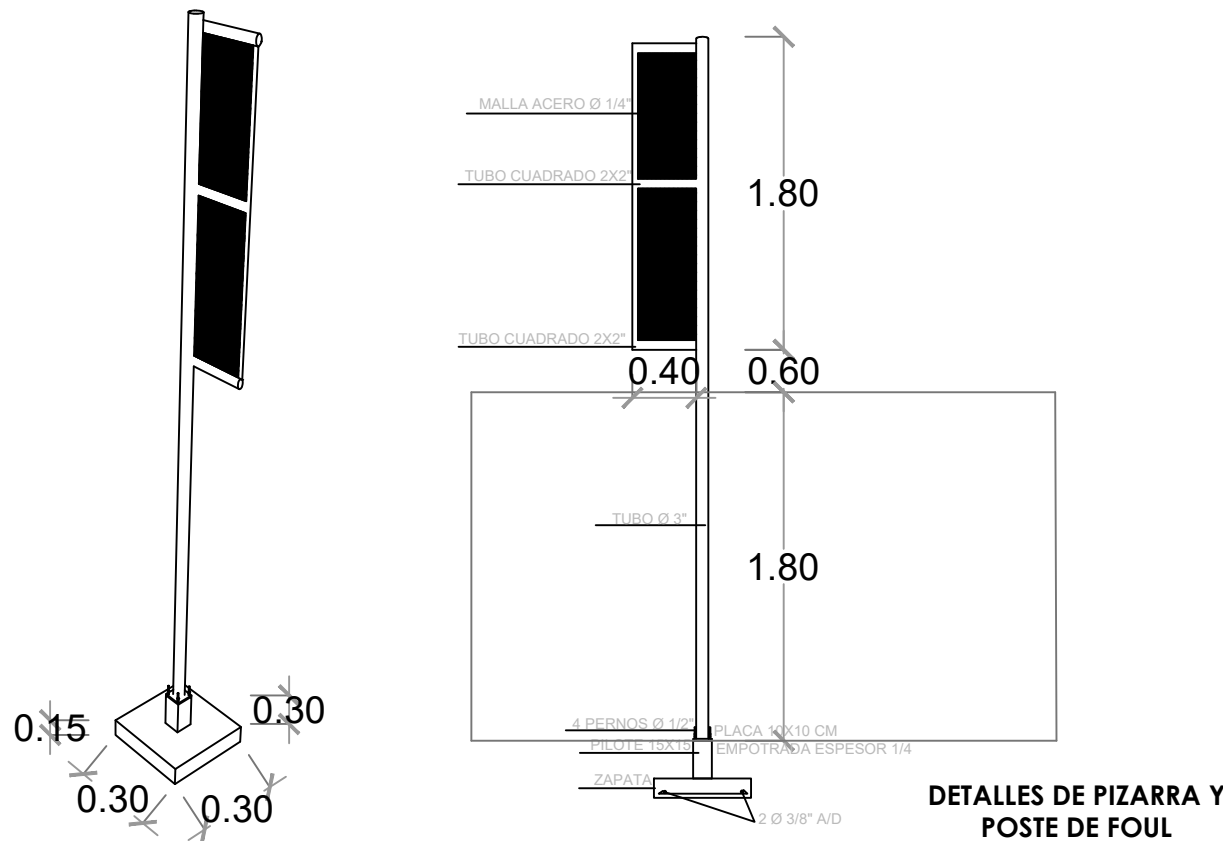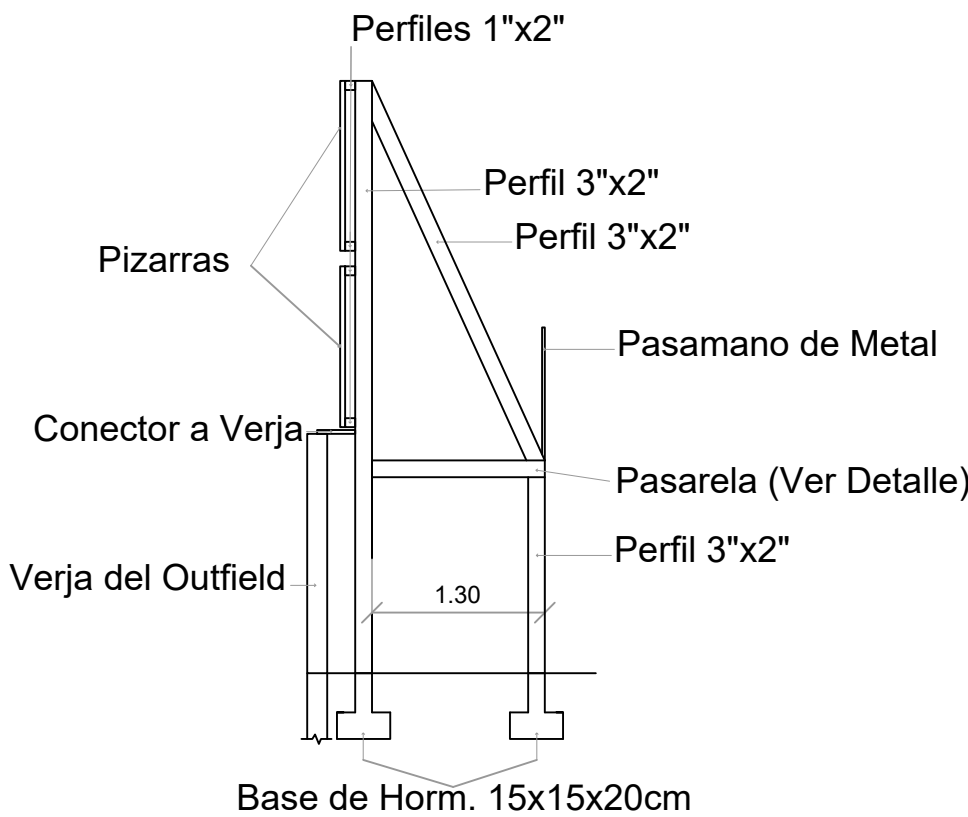




Ave. Dr. Delgado, Esq. Moises García,
Gazcue, Sto. Dgo., R.D.
TEL.: (809)-364-2189 | FAX.: (809)- 688-1665
E-Mail: info@cpadp.gob.do

Mun. San Felipe de Puerto Plata, Provincial
Puerto Plata, R.D.


codia 00000

012

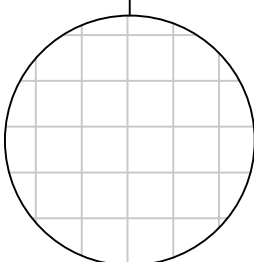

Ceramica 0.45 x .45

LEYENDA ZONIFICACION DE LOGOS		
SIMBOLO	DESCRIPCION	CANTIDAD
	VENTANA DE CELOSIA METALICA Dim= 0.60 m X 0.60 m	2
	PUERTA POLIMETALICA EVERDOOR Dim= 0.90 m X 2.10 m	1

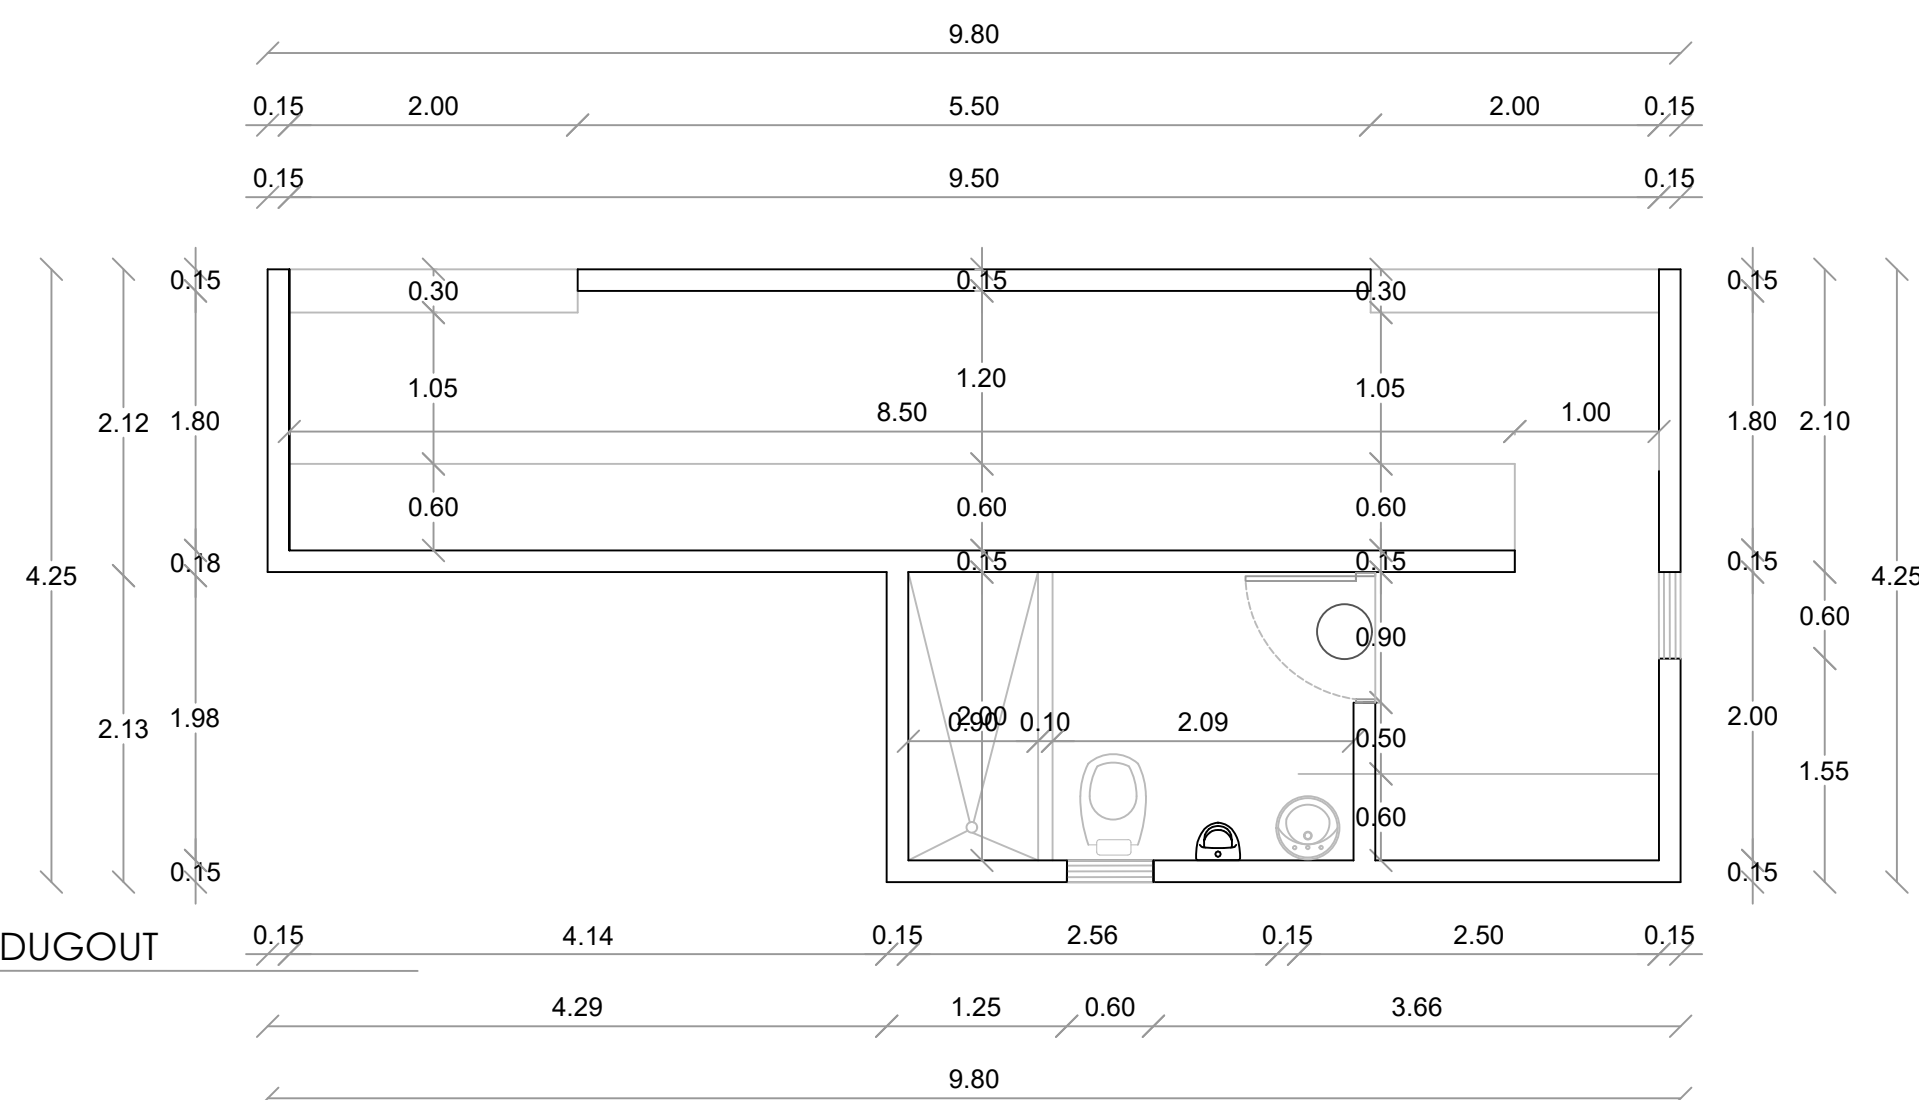

1
00 PLANTA ARQUITECTONICA - DUGOUT
ESC. 1:50

1
00 PLANTA ARQ. DIMENSIONADA - DUGOUT
ESC. 1:50

PROYECTO:
**CONSTRUCCIÓN CAMPO DE BÉISBOL LAS
TINA - 270 SECTOR LAS TINAS, D.M. YÁSICA
ARRIBA, - T270**

Mun. San Felipe de Puerto Plata, Provincial
Puerto Planta ,R.D.

EQUIPO DE TRABAJO:

DISEÑO ARQUITECTÓNICO
ARQ.

codia 00000

ENC. INGENIERÍA
ING. F

codia 00000

ESTRUCTURAL
ING.

codia 00000

ELÉCTRICO
ING.

codia 00000

HIDRO-SANITARIO
ING.

codia 00000

SELLO DE APROBACIÓN:

FECHA: _____

CONTENIDO:

PLANTA ARQUITECTÓNICA


ESCALA:

1:50


SEPTIEMBRE 2026

NO. PÁGINA:


013

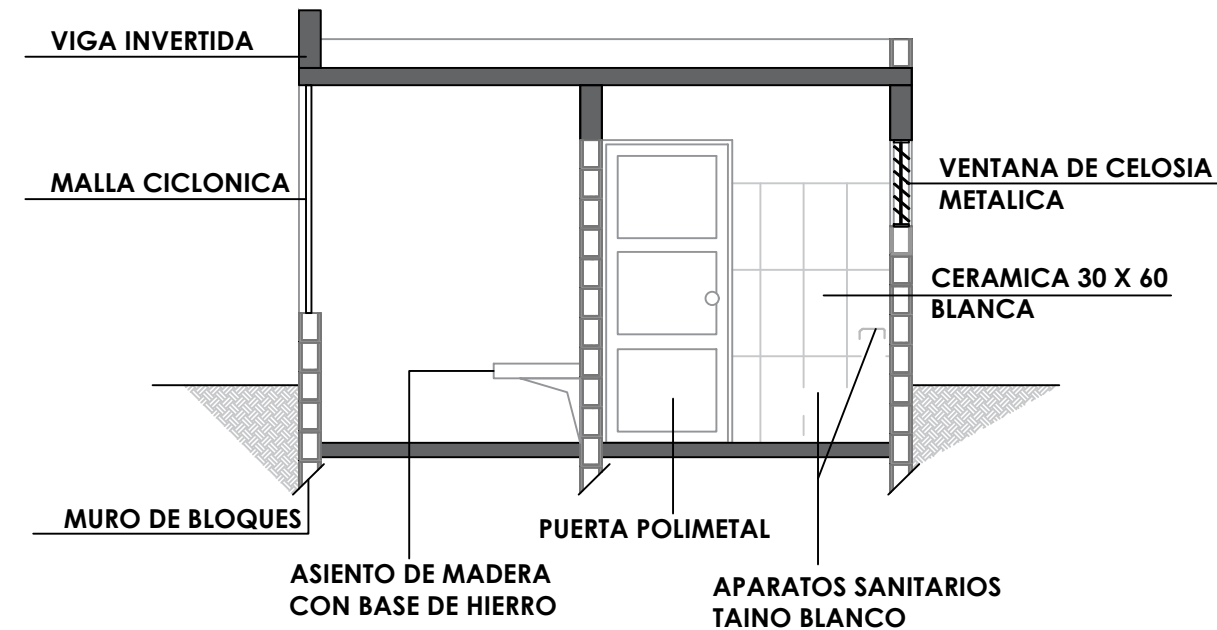


SECCION A-A' - DETALLE
ESC. 1:50

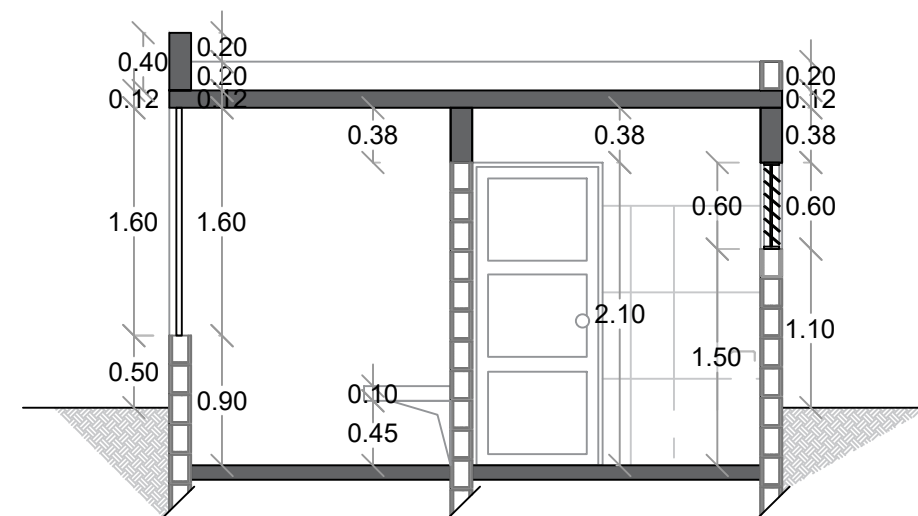

SECCION A-A' - DIMENSIONADA
ESC. 1:50

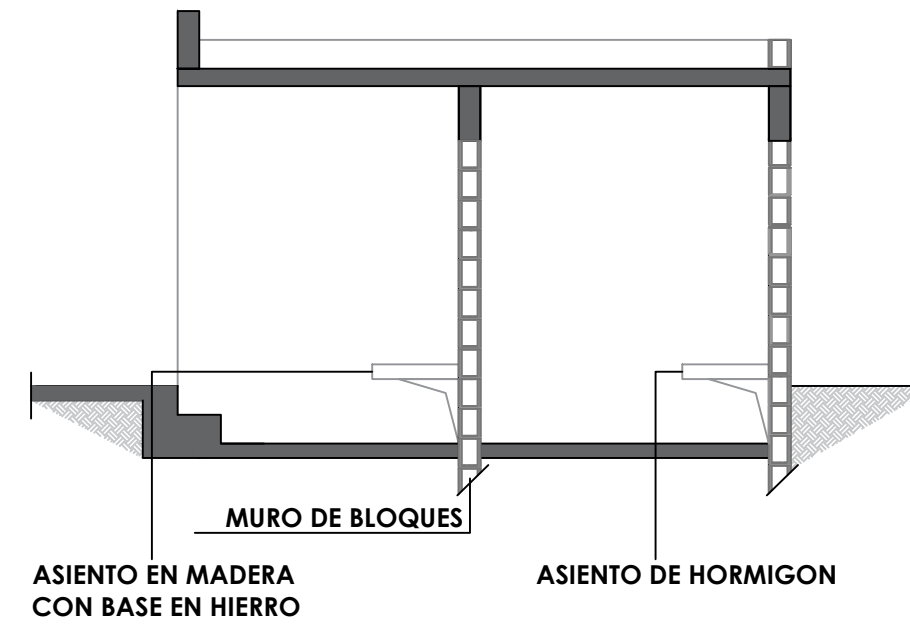


SECCION C-C' - DETALLE
ESC. 1:50

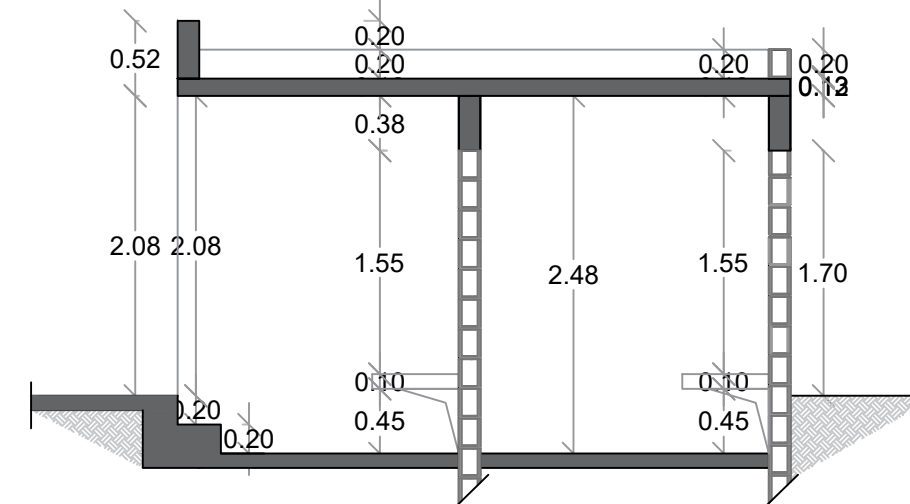


SECCION C-C' - DIMENSIONADA
ESC. 1:50




SECCION B-B' - DETALLE
ESC. 1:50

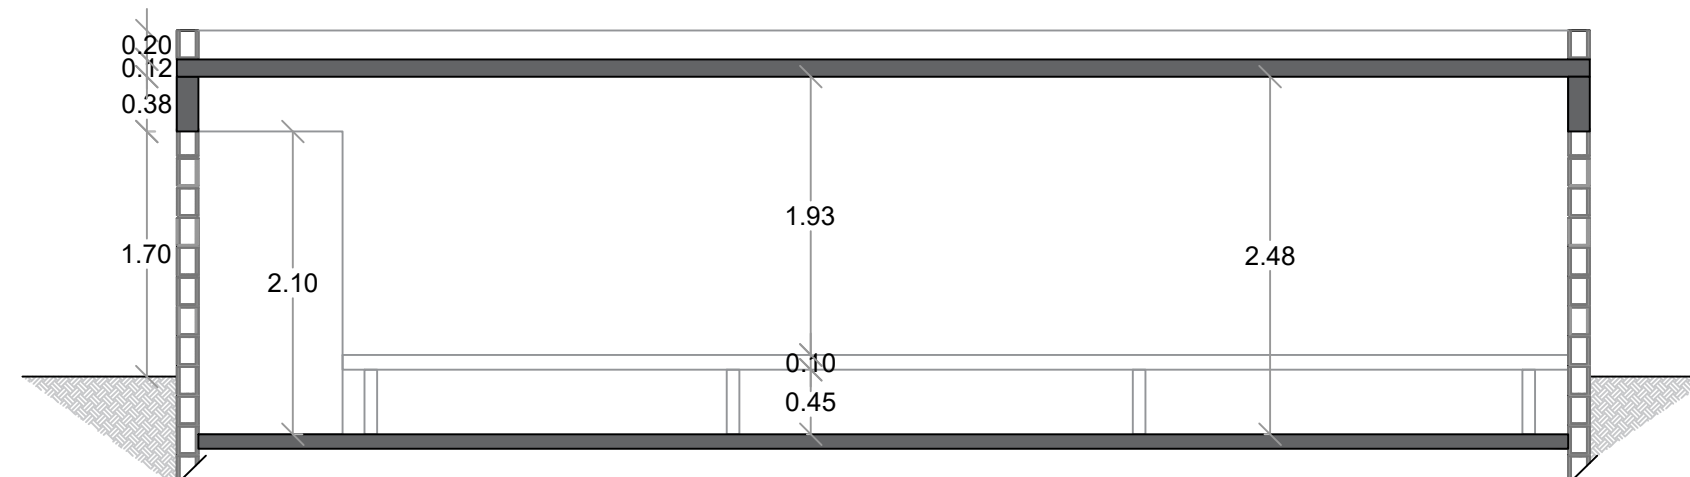


SECCION B-B' - DIMENSIONADA
ESC. 1:50

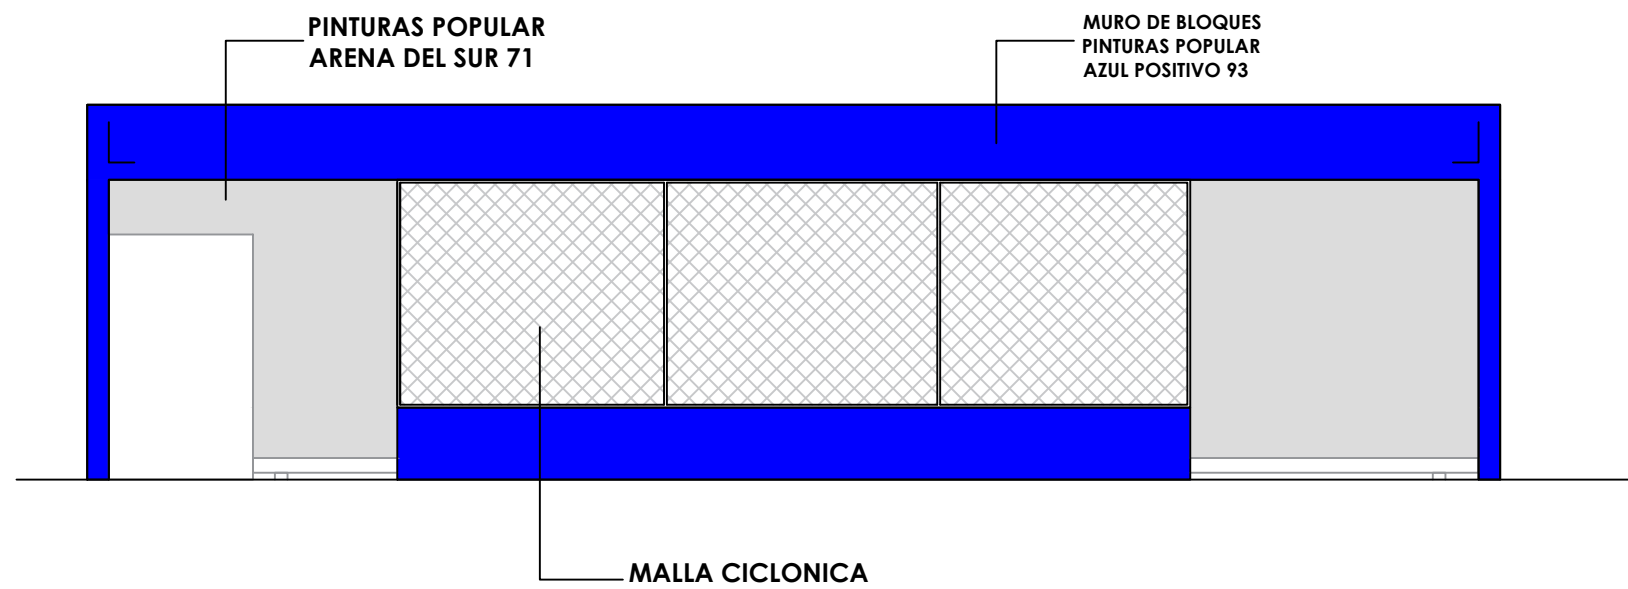


1
00
ELEVACION FRONTAL - DETALLE
ESC. 1:50

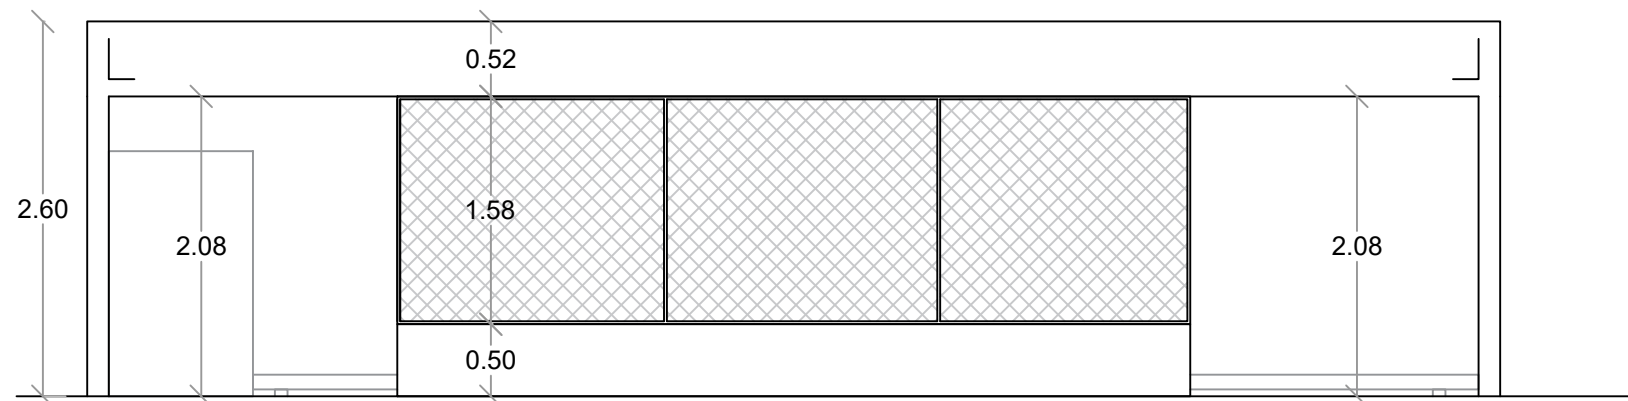


00
ELEVACION FRONTAL - DIMENSIONADA
ESC. 1:50

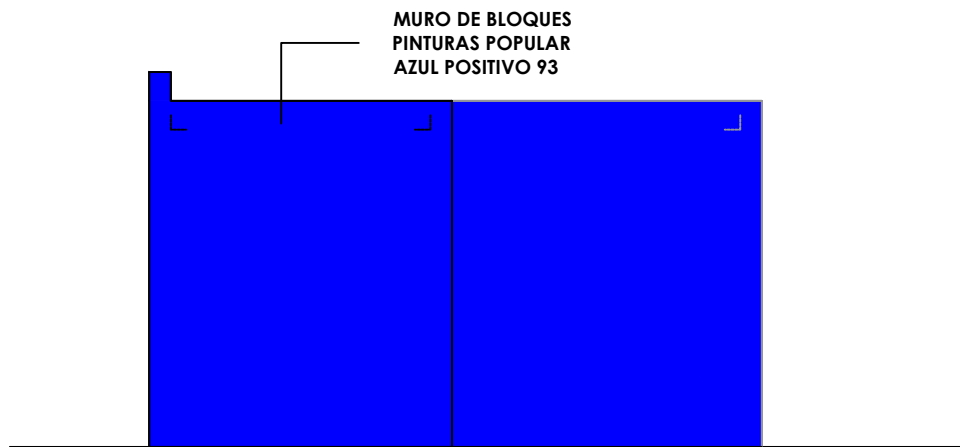


1
00
ELEVACION LAT. DERECHO - DETALLE
ESC. 1:50

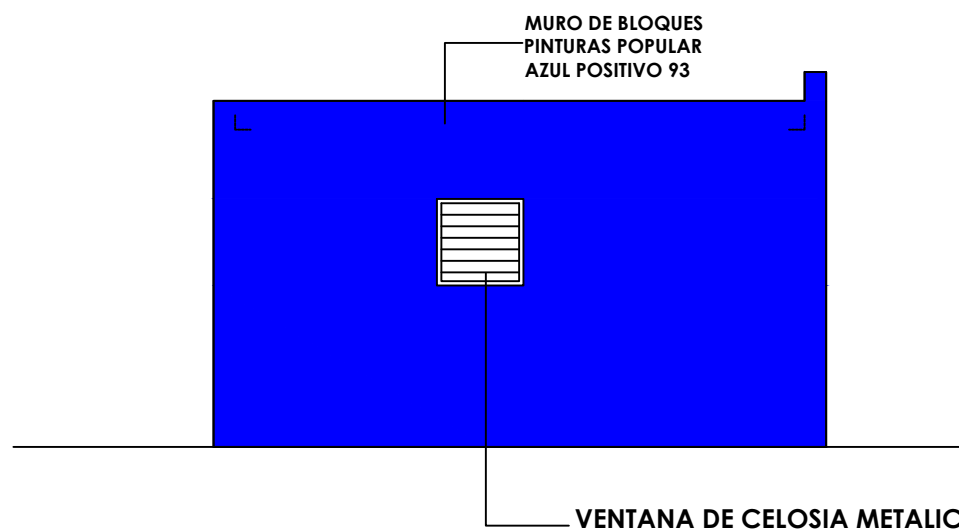

1
00
ELEVACION LAT. IZQUIERDO - DETALLE
ESC. 1:50

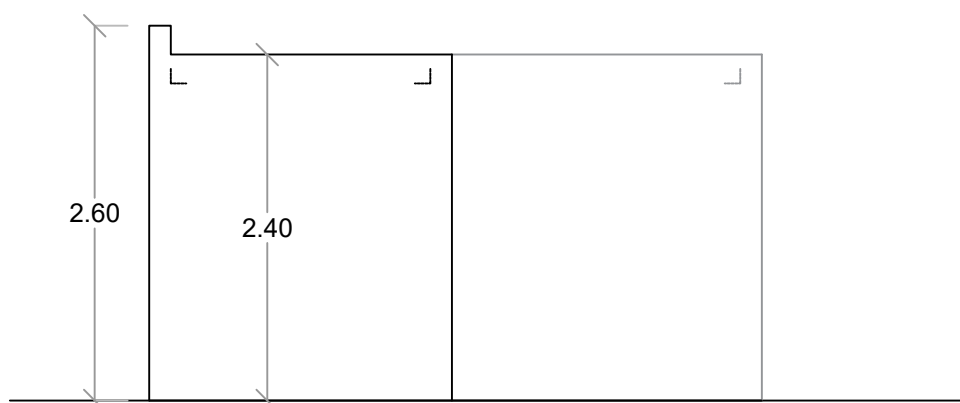

00
ELEVACION LAT. DERECHO - DIMENSIONADA
ESC. 1:50

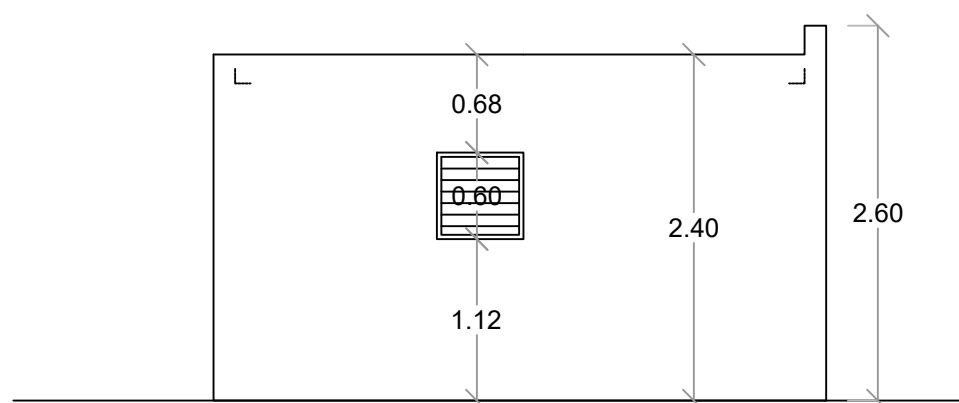

00
ELEVACION LAT. IZQUIERDO - DIMENSIONADA
ESC. 1:50



DIRECCION DE DESARROLLO
PROVINCIAL
DDP

Ave. Dr. Delgado, Esq. Moises García,
Gazcue, Sto. Dgo., R.D.
TEL.: (809)-364-2189 | FAX.: (809)- 688-1665
E-Mail: info@cpadp.gob.do

PROYECTO:
**CONSTRUCCIÓN CAMPO DE BÉISBOL LAS
TINA - 270 SECTOR LAS TINAS, D.M. YÁSICA
ARRIBA, - T270**

Mun. San Felipe de Puerto Plata, Provincial
Puerto Plata ,R.D.

EQUIPO DE TRABAJO:
DISEÑO ARQUITECTÓNICO
ARQ.
codia 00000

ENC. INGENIERÍA
ING. FIOR DALIZA BONIFACIO
codia 00000

ESTRUCTURAL
ING. Leopoldo Berroa
codia 00000

ELÉCTRICO
ING. Juan Pérez
codia 00000

HIDRO-SANITARIO
ING. Francis Estévez
codia 00000

SELLO DE APROBACIÓN:

FECHA:

CONTENIDO:

PLANTA ARQUITECTÓNICA


ESCALA:

1:50


SEPTIEMBRE 2026

NO. PÁGINA:

014

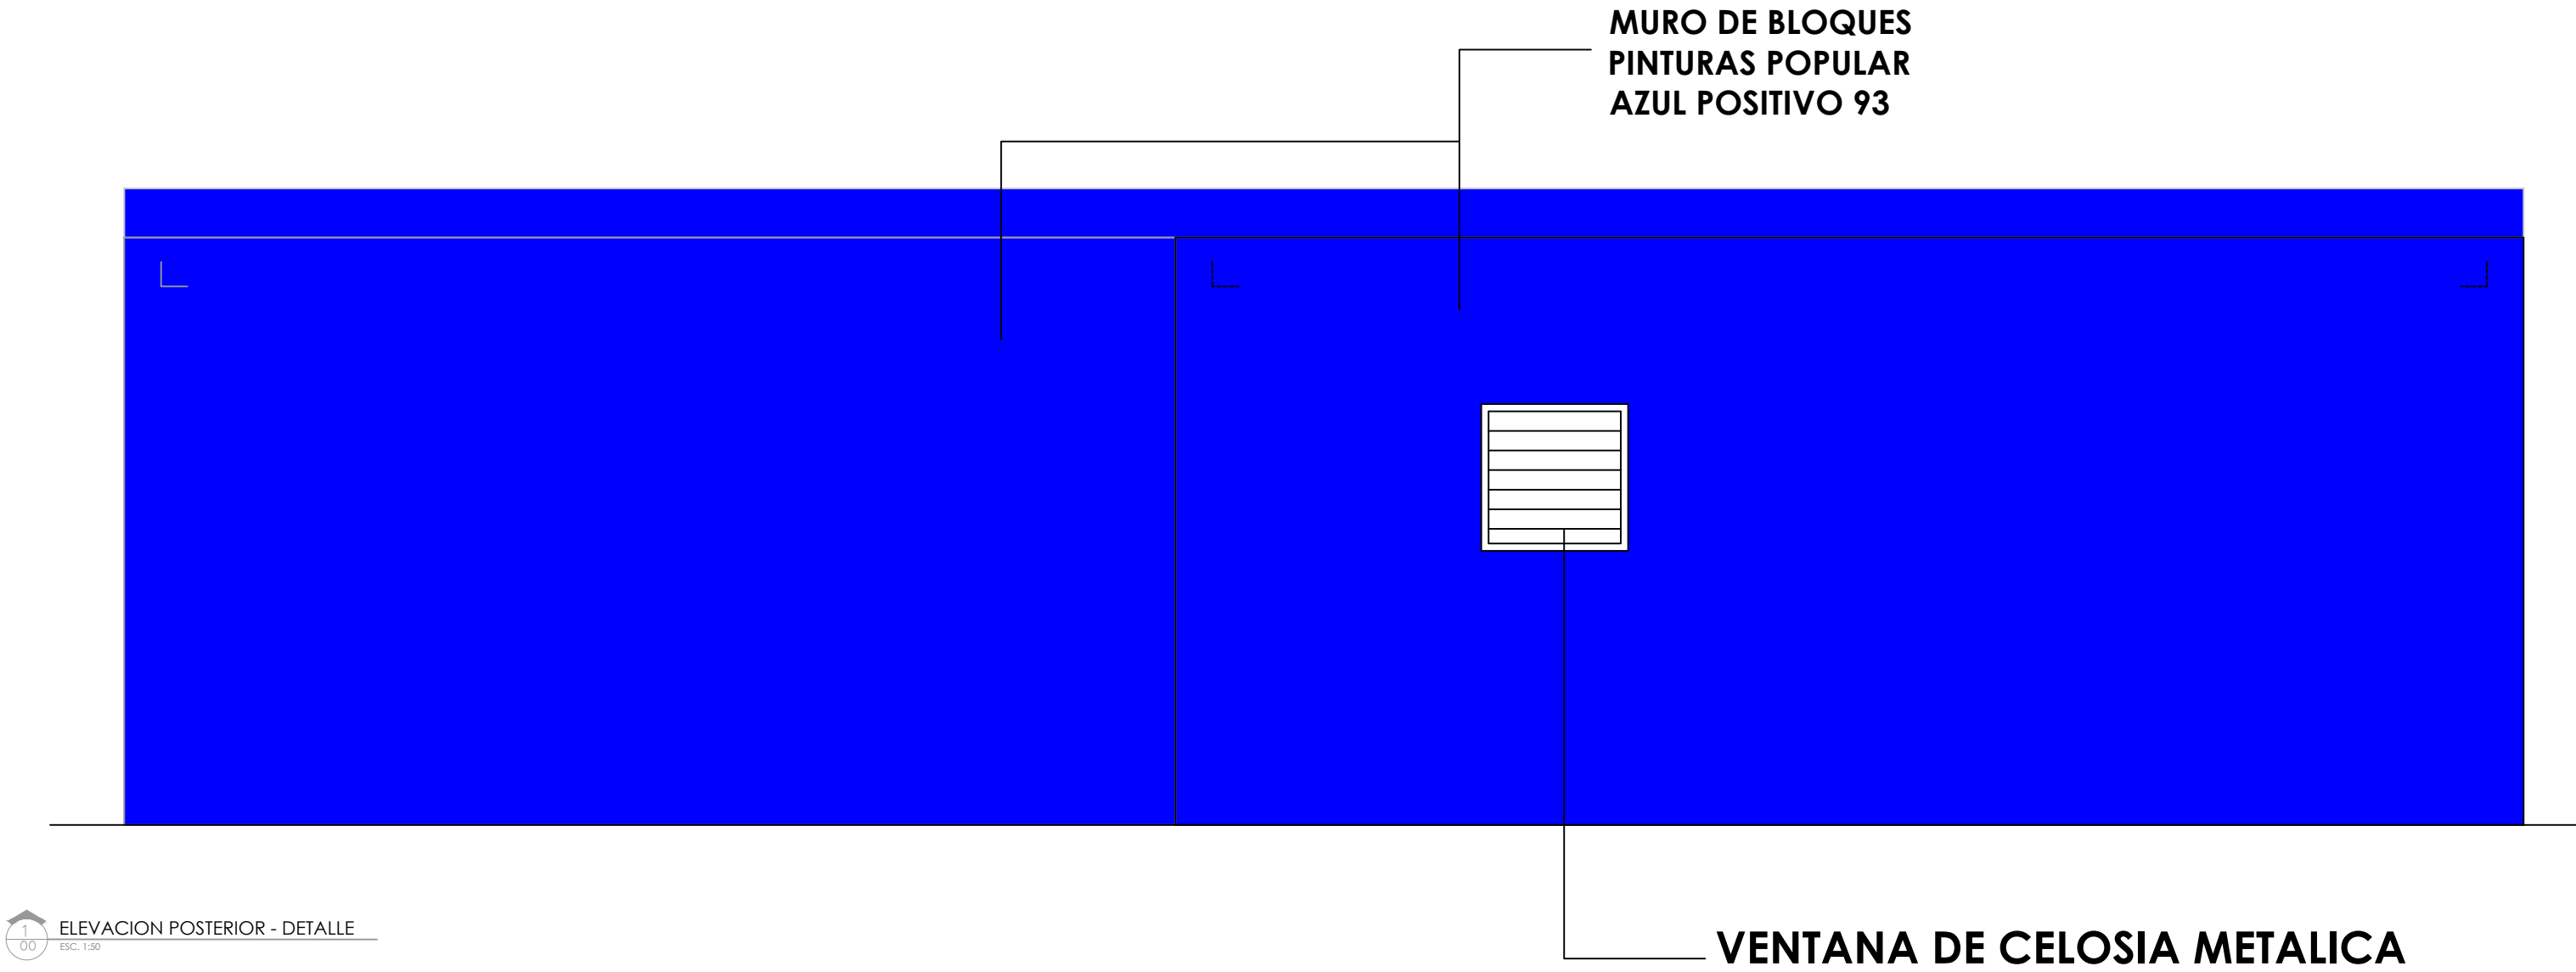

ELEVACION POSTERIOR - DETALLE
ESC. 1:50

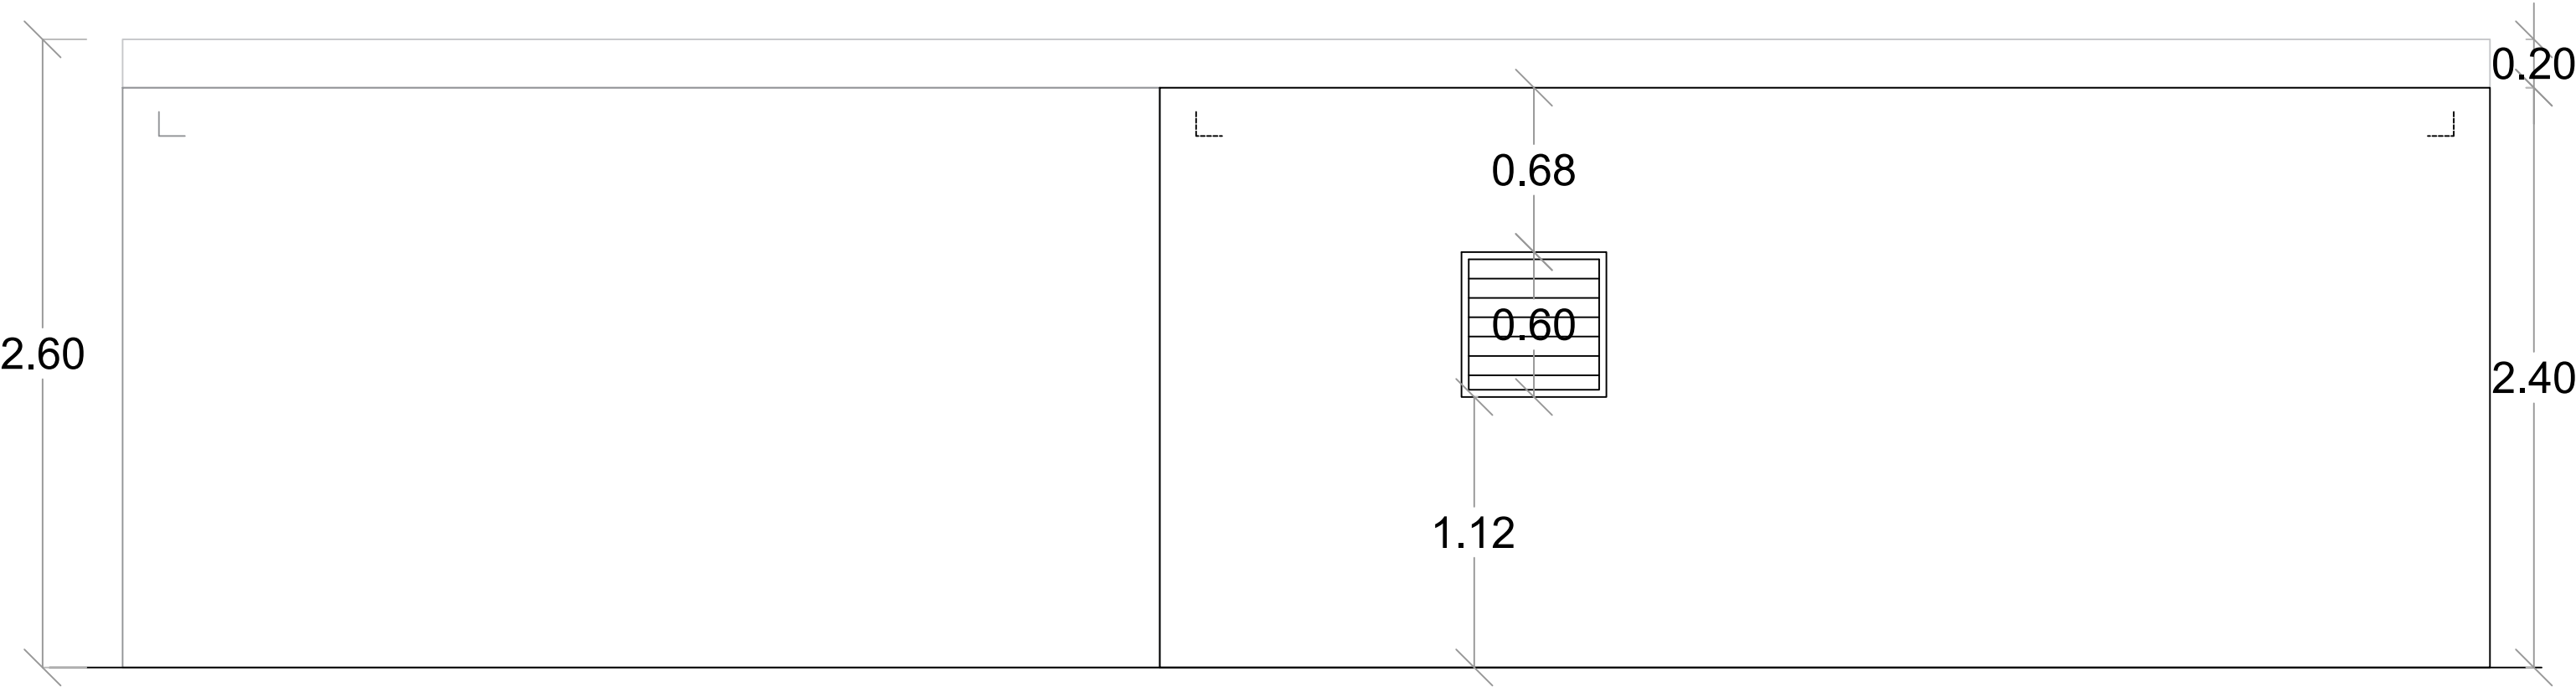

ELEVACION POSTERIOR - DIMENSIONADA
ESC. 1:50

PROYECTO:
**CONSTRUCCIÓN CAMPO DE BÉISBOL LAS
TINA - 270 SECTOR LAS TINAS, D.M. YÁSICA
ARRIBA, - T270**

Mun. San Felipe de Puerto Plata, Provincial
Puerto Planta ,R.D.

EQUIPO DE TRABAJO:
DISEÑO ARQUITECTÓNICO
ARQ.
codia 00000

ENC. INGENIERÍA
ING. FIOR DALIZA BONIFACIO
codia 00000

ESTRUCTURAL
ING. Leopoldo Berroa
codia 00000

ELÉCTRICO
ING. Juan Pérez
codia 00000

HIDRO-SANITARIO
ING. Francis Estévez
codia 00000

SELLO DE APROBACIÓN:

FECHA:

CONTENIDO:

PLANTA ARQUITECTÓNICA

ESCALA:

1:25

SEPTIEMBRE 2026

NO. PÁGINA:

016

Desde Tinaco
TUB Ø1" PVC Agua Potable



TUBERIA PVC Ø3/4"


PVC Ø3/4"

Du Ø1"

In Ø1"

Lv Ø1"

Lv Ø1"

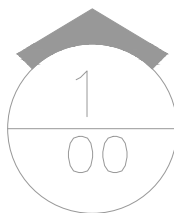

PLANTA INST. SANITARIAS- AGUA POTABLE - DUGOUT

ESC. 1:50

PROYECTO:
**CONSTRUCCIÓN CAMPO DE BÉISBOL LAS
TINA - 270 SECTOR LAS TINAS, D.M. YÁSICA
ARRIBA, - T270**

Mun. San Felipe de Puerto Plata, Provincial
Puerto Plata ,R.D.

EQUIPO DE TRABAJO:
DISEÑO ARQUITECTÓNICO
ARQ. _____
codia 00000

ENC. INGENIERÍA
ING. FIOR DALIZA BONIFACIO
codia 00000

ESTRUCTURAL
ING. Leopoldo Berroa
codia 00000

ELÉCTRICO
ING. Juan Pérez
codia 00000

HIDRO-SANITARIO
ING. Francis Estévez
codia 00000

SELLO DE APROBACIÓN:

FECHA: _____

CONTENIDO:

PLANTA ARQUITECTÓNICA

ESCALA:



1:25

SEPTIEMBRE 2026

NO. PÁGINA:

017

HACIA
CAMARA SEPTICA **R**

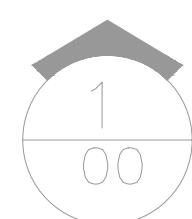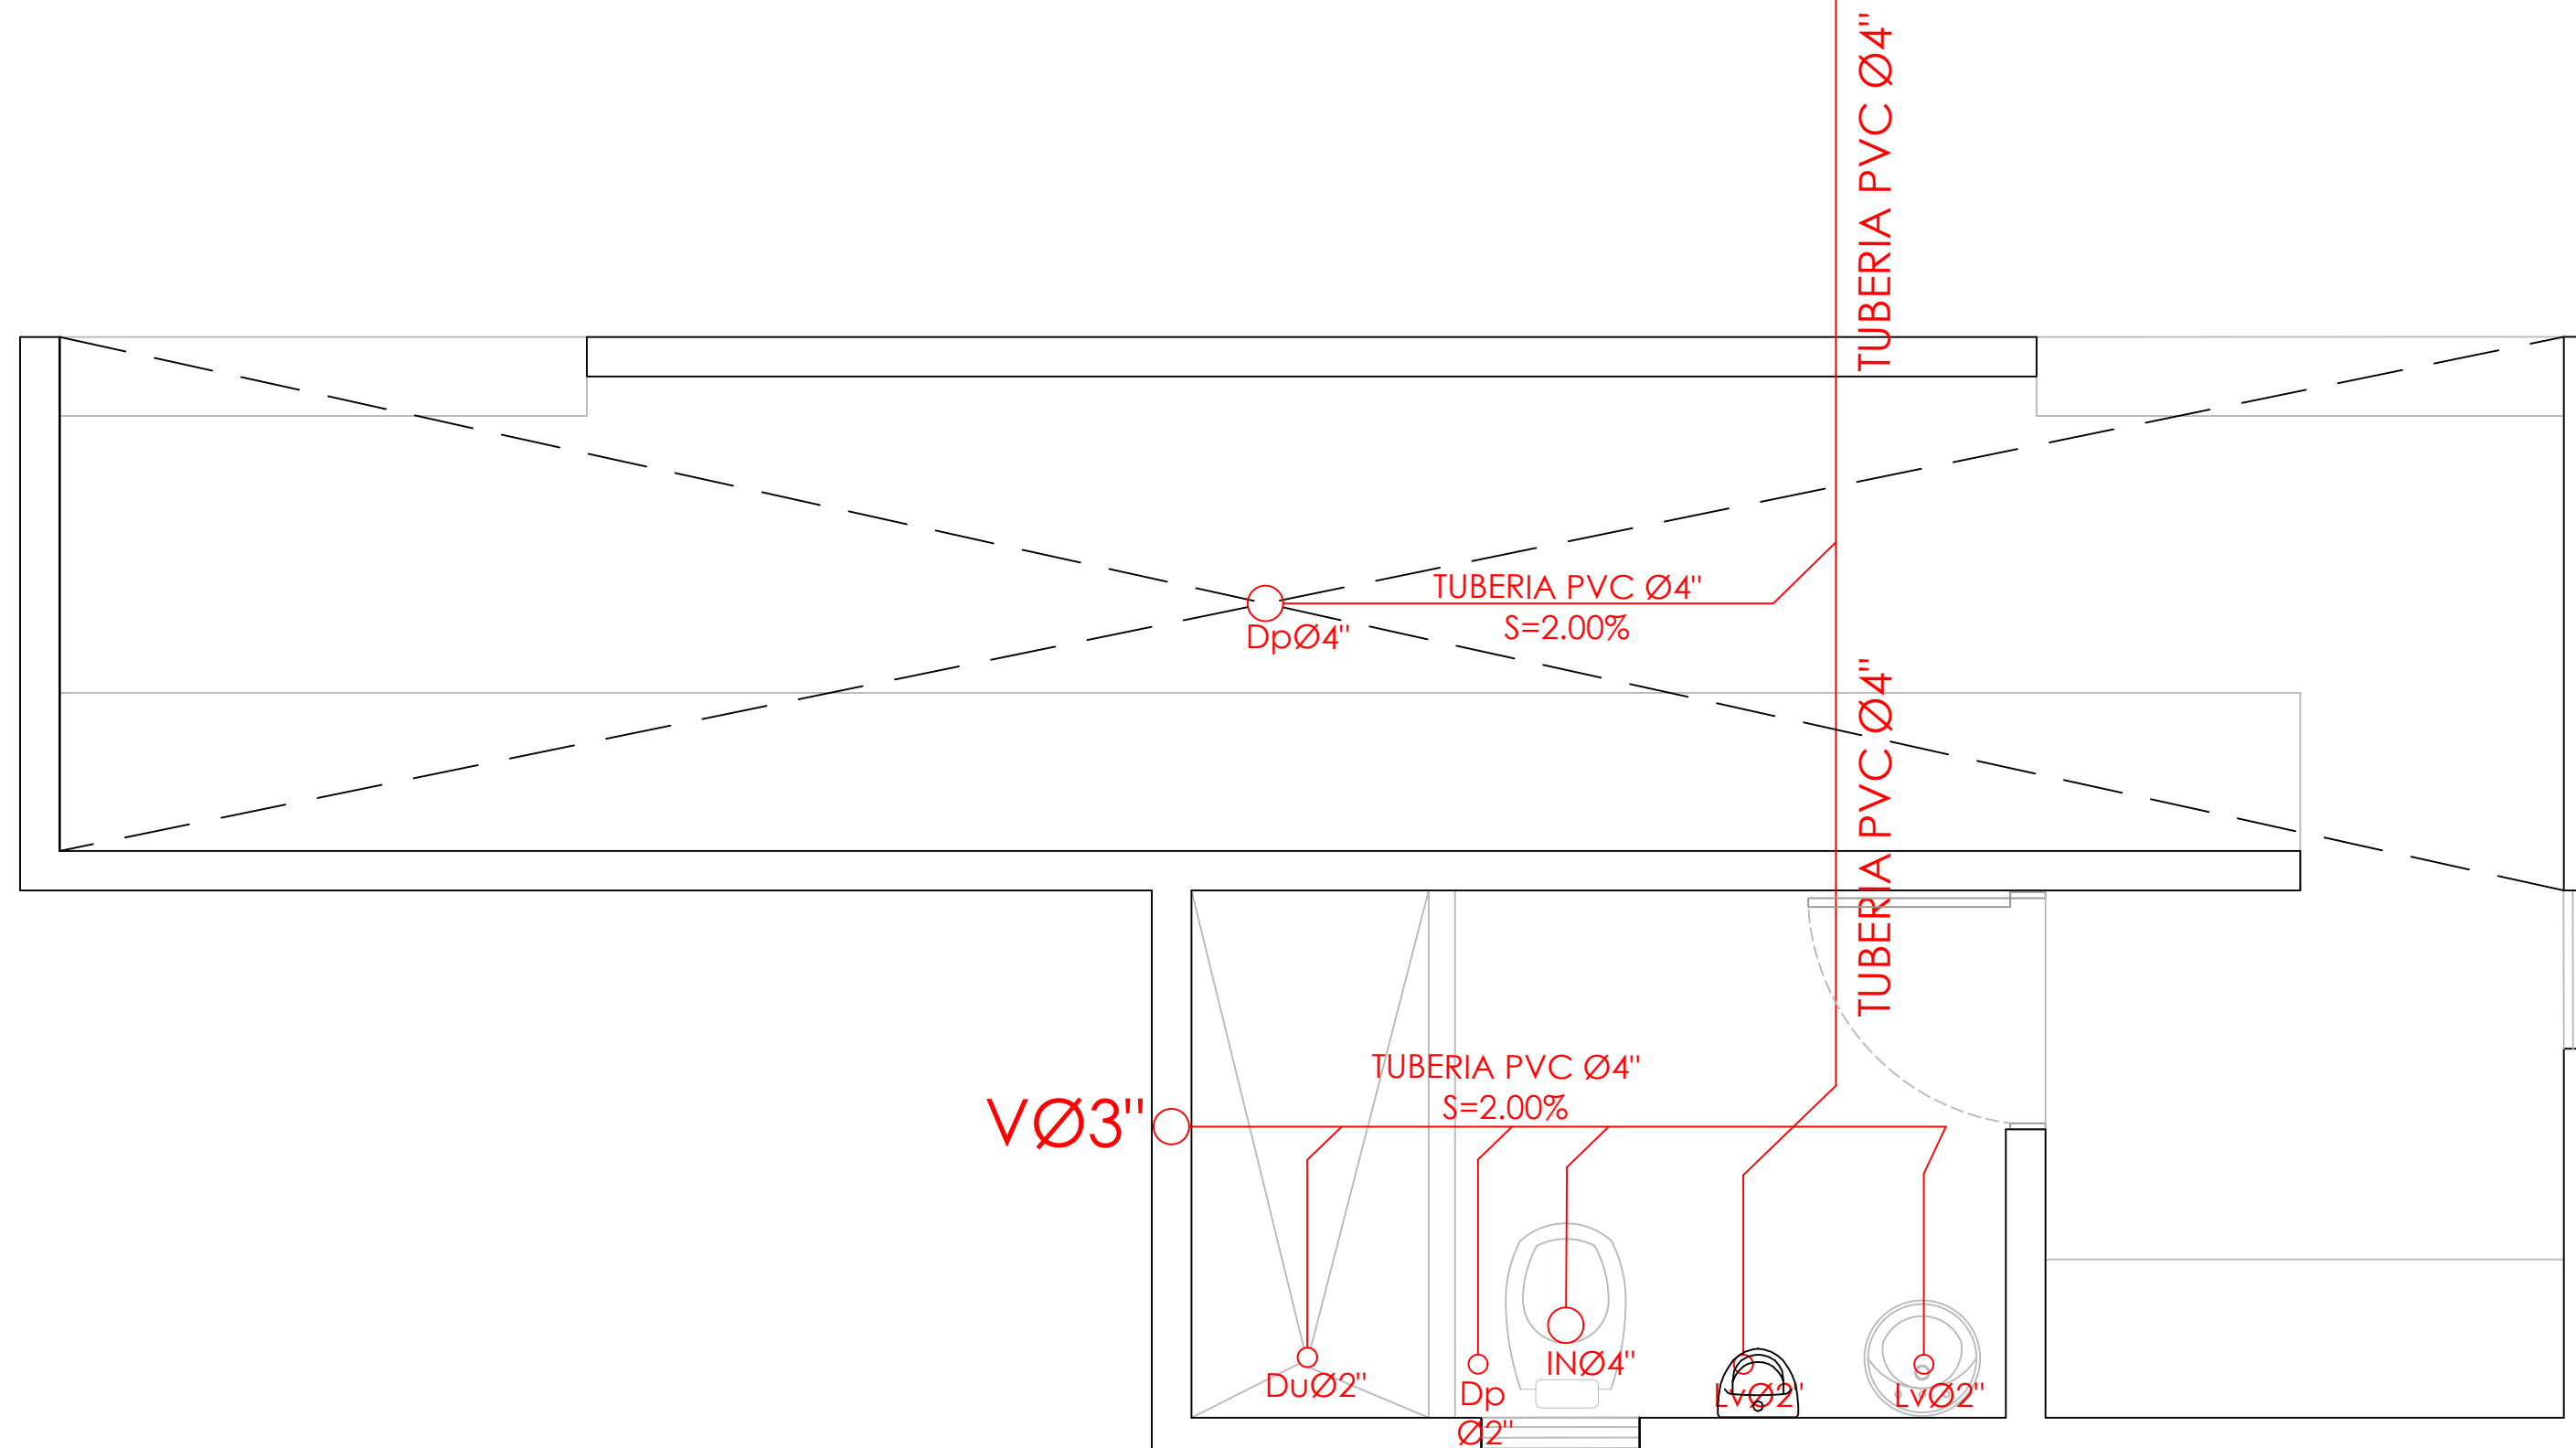

PLANTA INST. SANITARIAS- AGUAS NEGRAS - DUGOUT

ESC. 1:50

PROYECTO:
**CONSTRUCCIÓN CAMPO DE BÉISBOL LAS
TINA - 270 SECTOR LAS TINAS, D.M. YÁSICA
ARRIBA, - T270**

Mun. San Felipe de Puerto Plata, Provincial
Puerto Planta ,R.D.

- EQUIPO DE TRABAJO:
- DISEÑO ARQUITECTÓNICO**
ARQ. _____
codia 00000

ENC. INGENIERÍA
ING. FIOR DALIZA BONIFACIO
codia 00000

ESTRUCTURAL
ING. Leopoldo Berroa
codia 00000

ELÉCTRICO
ING. Juan Pérez
codia 00000

HIDRO-SANITARIO
ING. Francis Estévez
codia 00000

SELLO DE APROBACIÓN:

FECHA: _____

CONTENIDO:

PLANTA ARQUITECTÓNICA



ESCALA:

1:25

SEPTIEMBRE 2026


NO. PÁGINA:

018

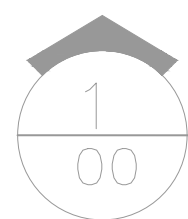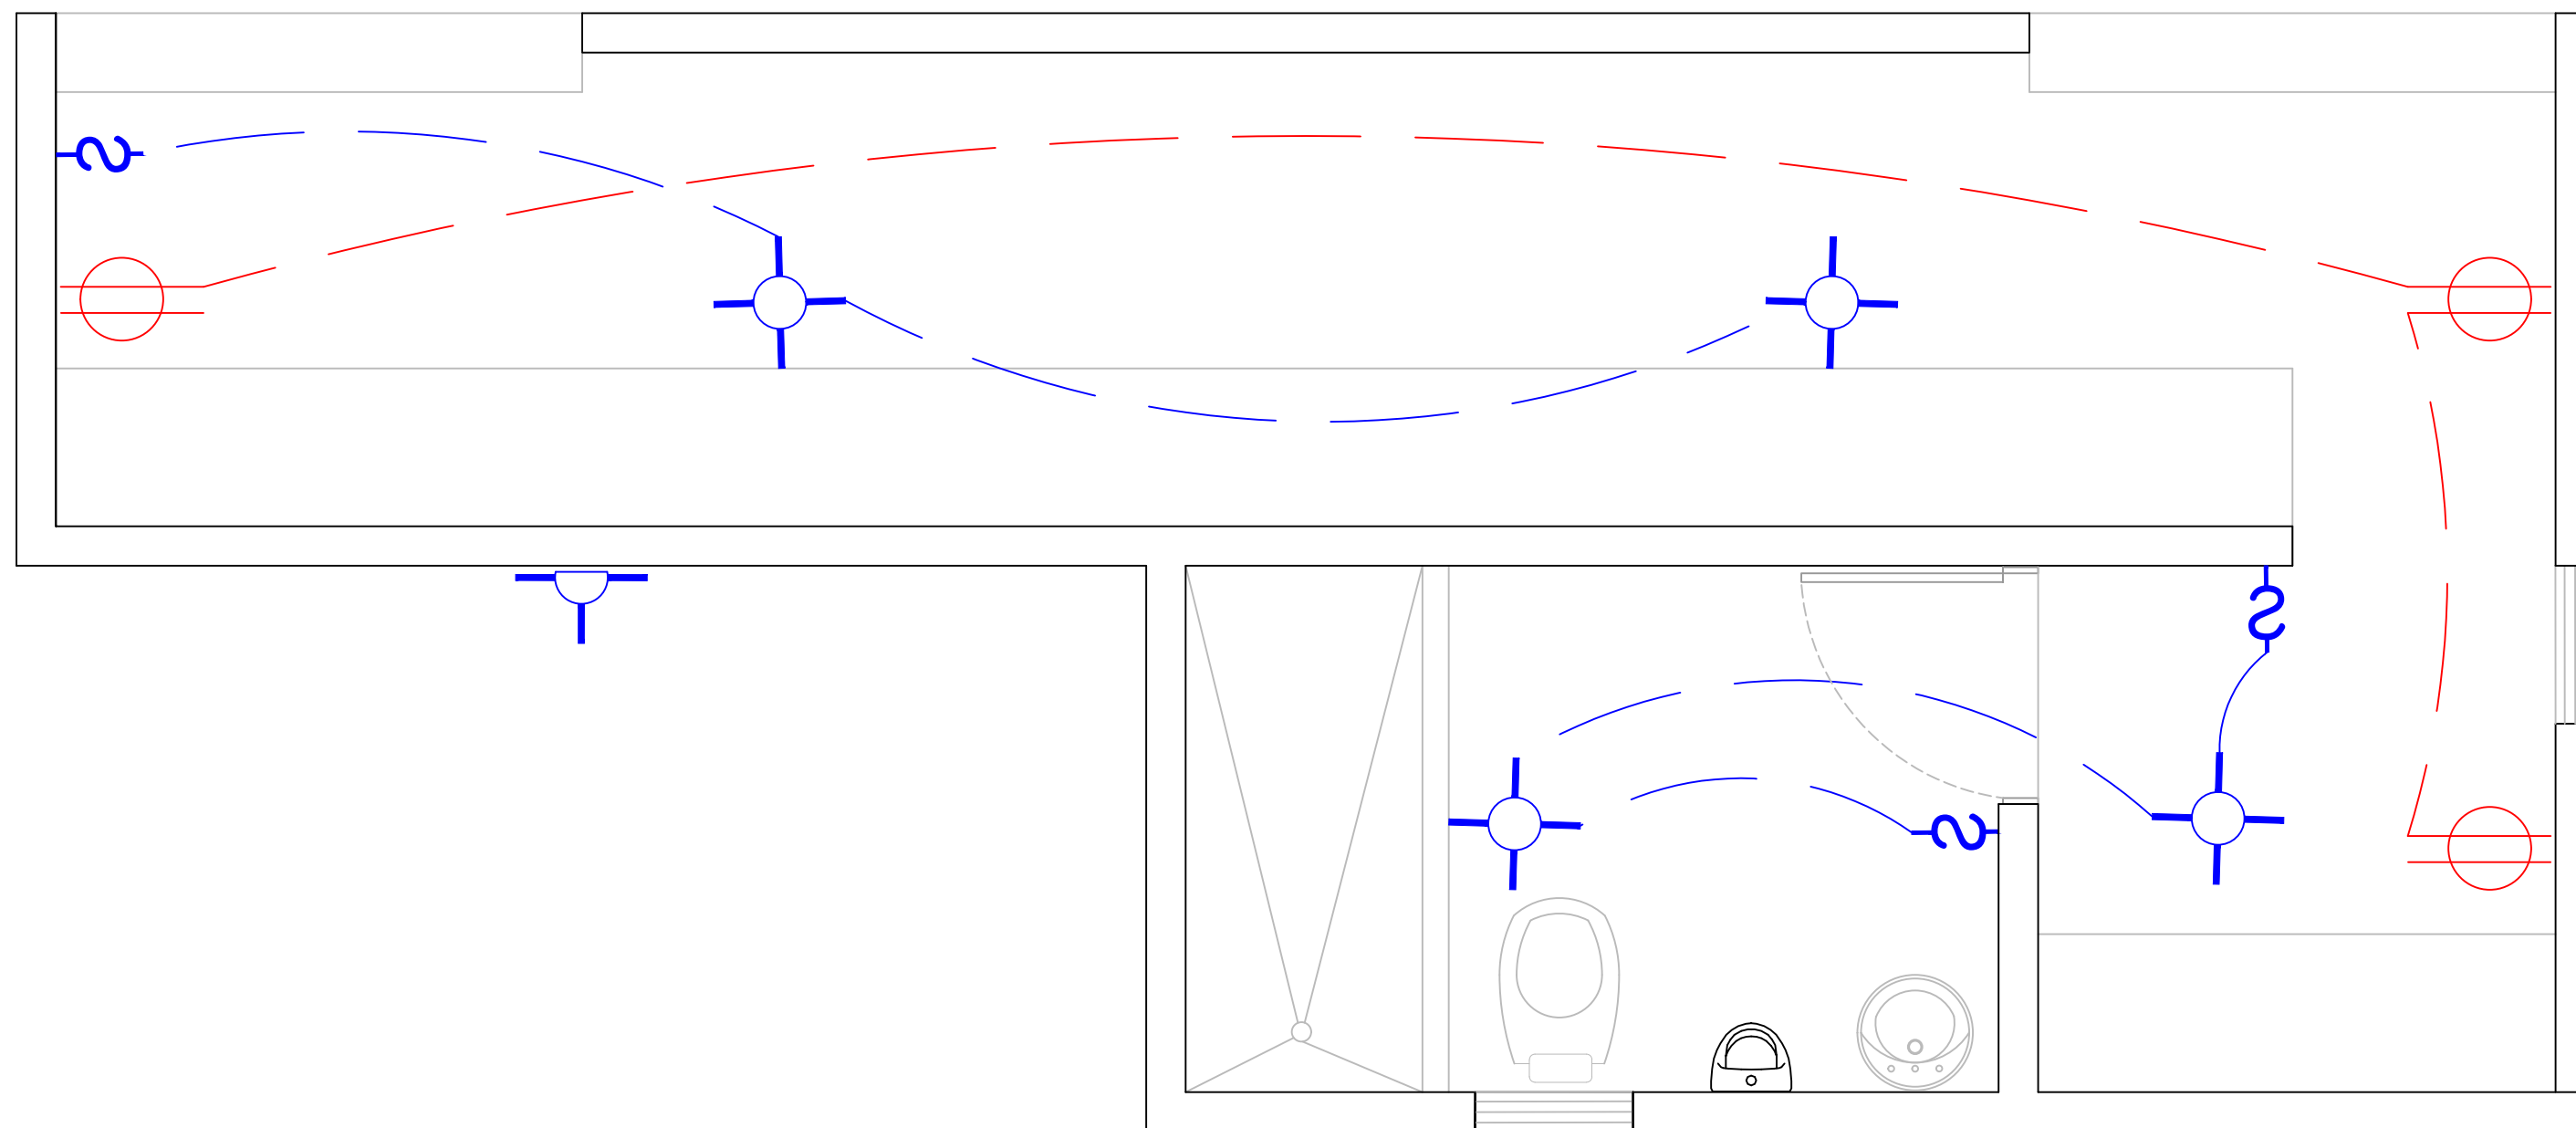


PLANTA INST. ELECTRICAS - DUGOUT


ESC. 1:50

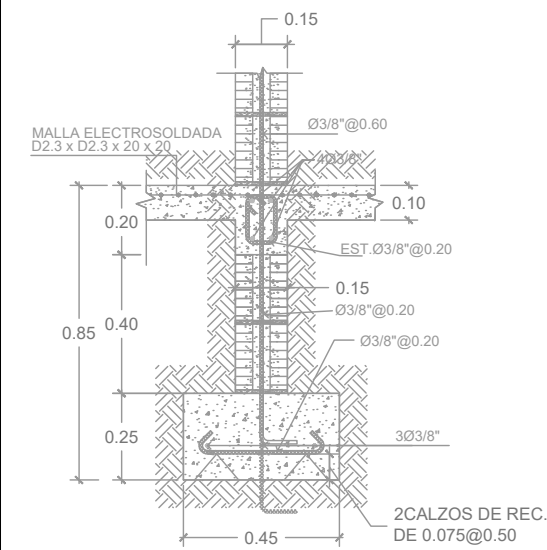


SECCION 1-1

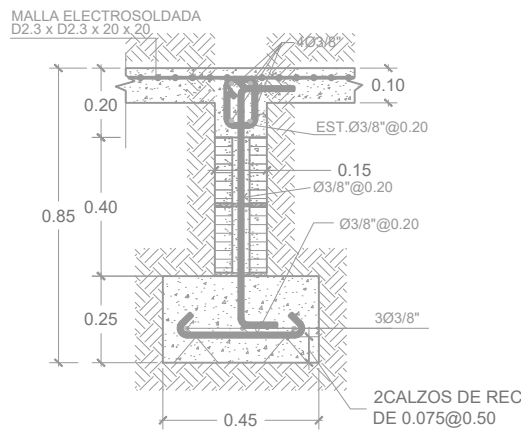


SECCION 2-2

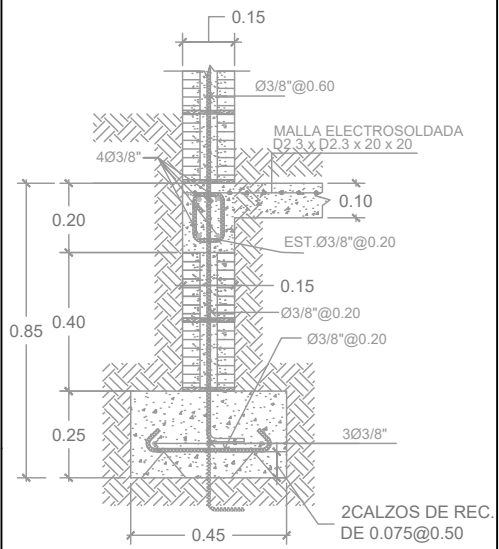



SECCION 3-3

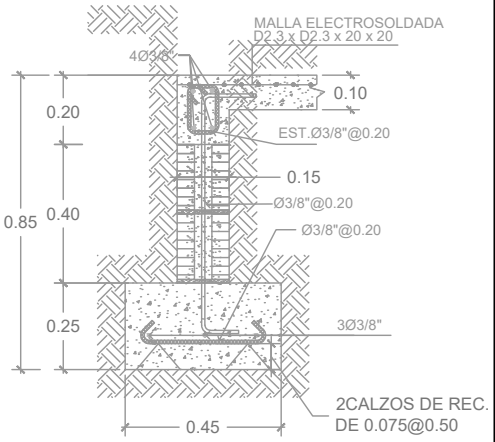


SECCION 4-4

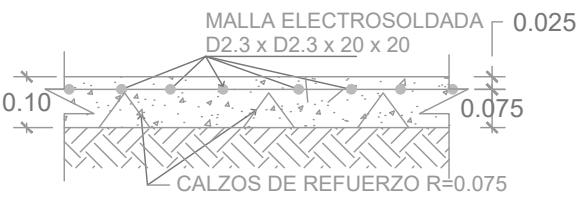

DETALLE DE PISO
DE HORMIGON

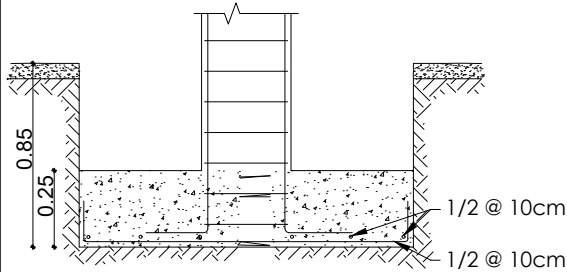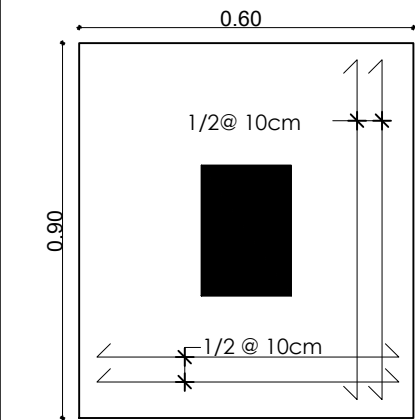

DETALLE ZAPATA
COLUMNA C1 (Z1)

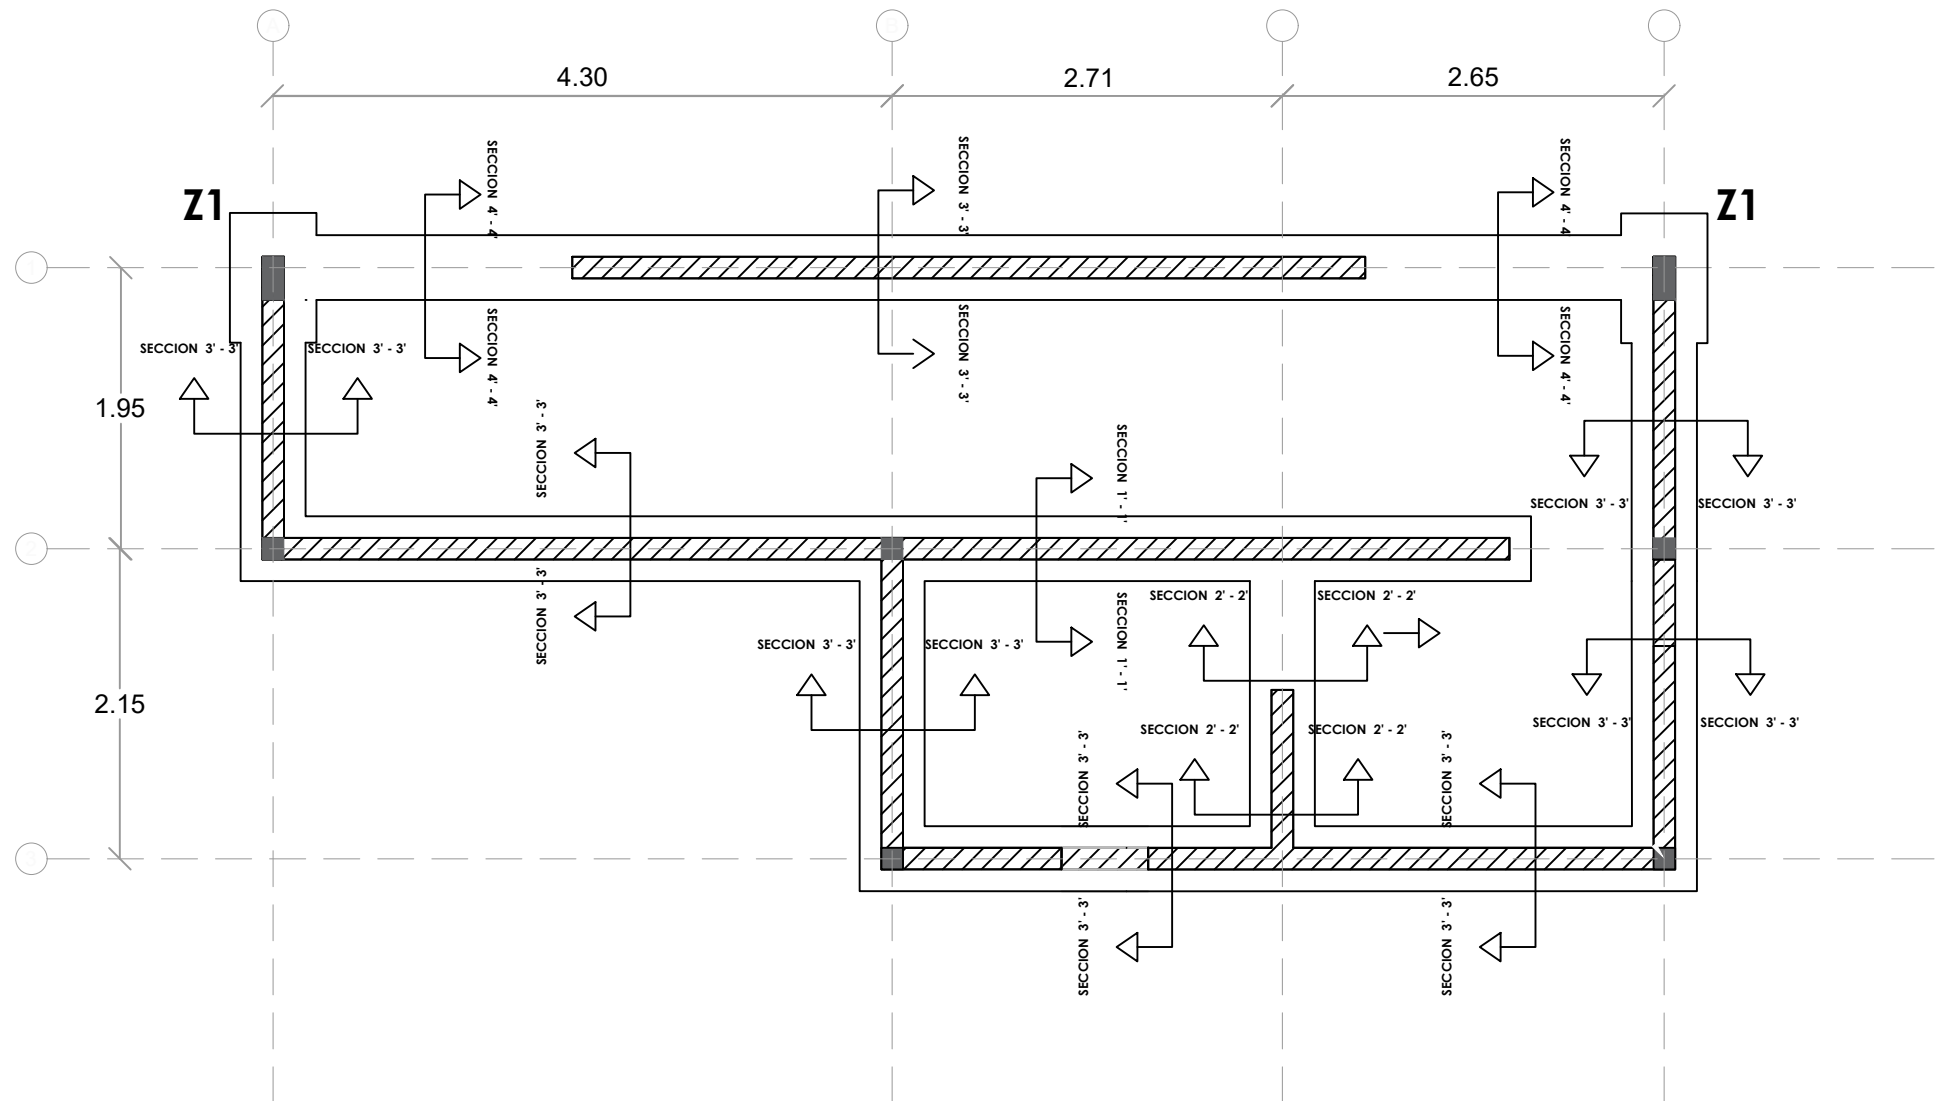

PLANTA ESTRUCTURAL DE CIMIENTOS - DUGOUT

ESC. 1:100

PLANTA ARQUITECTÓNICA
ESC. 1:50



DIRECCION DE DESARROLLO PROVINCIAL DDP

Ave. Dr. Delgado, Esq. Moises García,
Gazcue, Sto. Dgo., R.D.
TEL.: (809)-364-2189 | FAX.: (809)- 688-1665
E-Mail: info@cpadp.gob.do

PROYECTO:
**CONSTRUCCIÓN CAMPO DE BÉISBOL LAS
TINA - 270 SECTOR LAS TINAS, D.M. YÁSICA
ARRIBA, - T270**

Mun. San Felipe de Puerto Plata, Provincial
Puerto Planta ,R.D.

EQUIPO DE TRABAJO:

DISEÑO ARQUITECTÓNICO
ARQ.

codia 00000

ENC. INGENIERÍA
ING. FIOR DALIZA BONIFACIO
codia 00000

ESTRUCTURAL
ING. Leopoldo Berroa
codia 00000

ELÉCTRICO
ING. Juan Pérez
codia 00000

HIDRO-SANITARIO
ING. Francis Estévez
codia 00000

SELLO DE APROBACIÓN:

FECHA:

CONTENIDO:

PLANTA ARQUITECTÓNICA


ESCALA:

1:50


SEPTIEMBRE 2026

NO. PÁGINA:


019

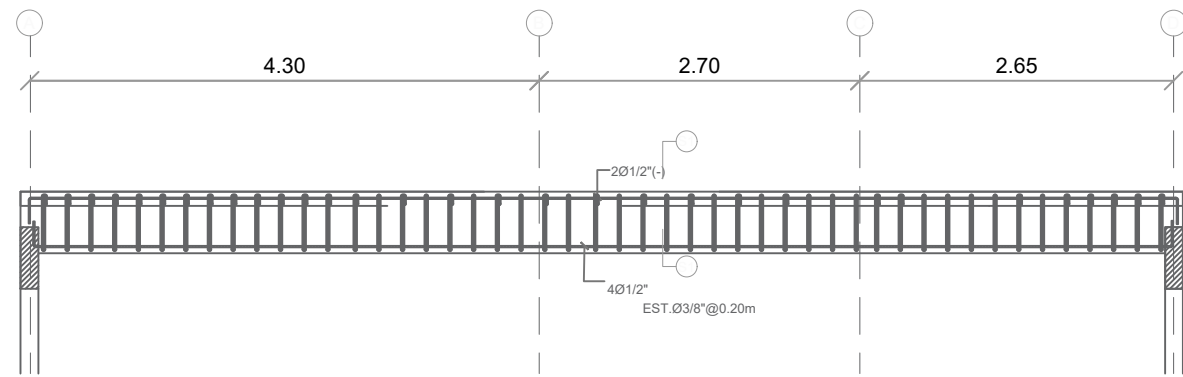


SECCION LONGITUDINAL VIGA 1

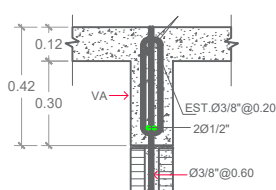


VIGA DE AMARRE (VA)

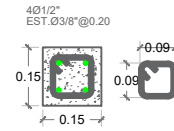


COLUMNA CA

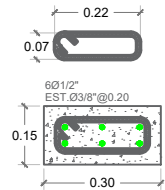


COLUMNA C1

 


SECCION 1-1

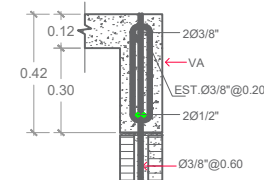

VIGA DE AMARRE (VA)

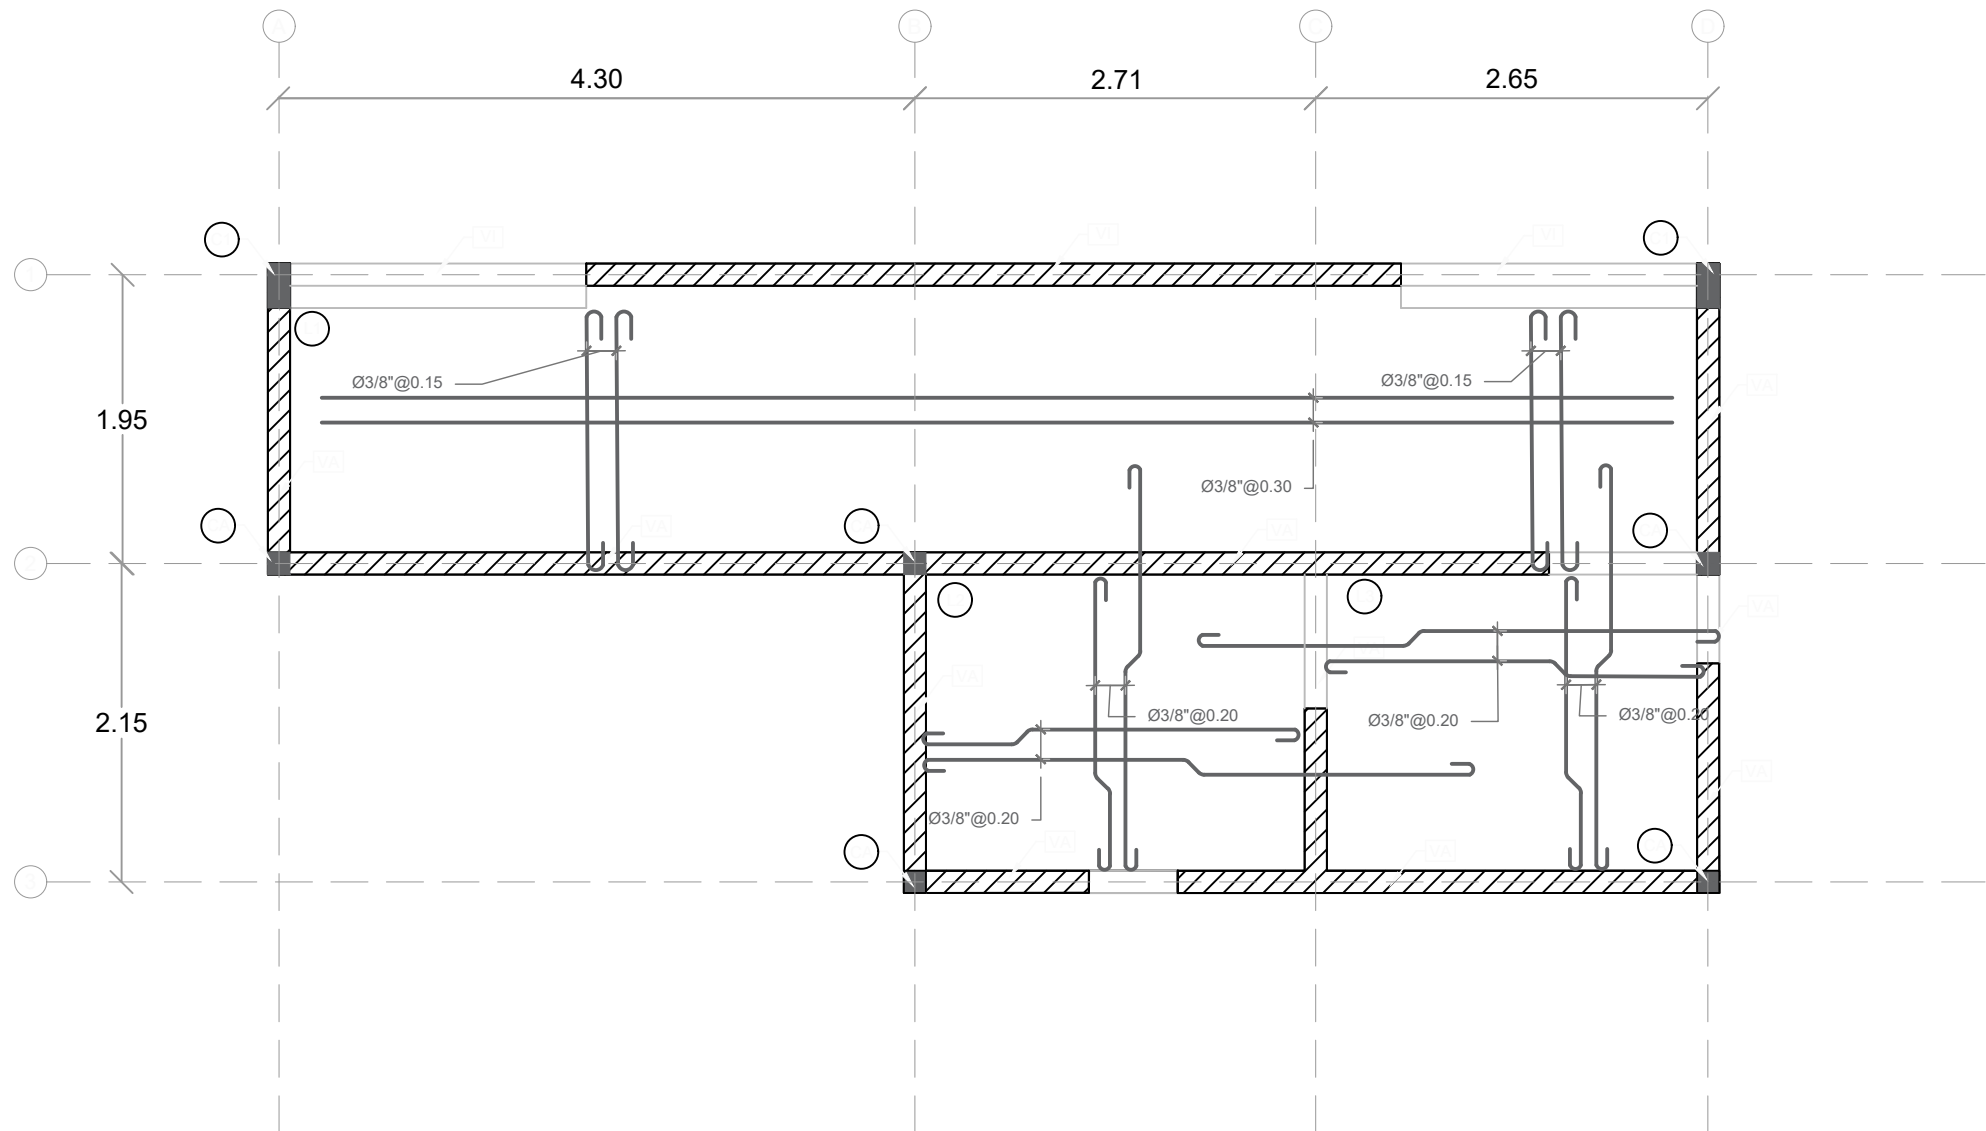

1
00 PLANTA ESTRUCTURAL DE TECHO - DUGOUT
ESC. 1:50

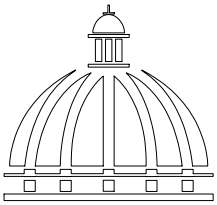

GOBIERNO DE LA
REPÚBLICA DOMINICANA

DIRECCION DE DESARROLLO
PROVINCIAL
DDP

Ave. Dr. Delgado, Esq. Moisés García,
Gazcue, Sto. Dgo., R.D.
TEL.: (809)-364-2189 | FAX.: (809)- 688-1665
E-Mail: info@cpadp.gob.do

PROYECTO:
**CONSTRUCCIÓN CAMPO DE BÉISBOL LAS
TINA - 270 SECTOR LAS TINAS, D.M. YÁSICA
ARRIBA, - T270**

Mun. San Felipe de Puerto Plata, Provincial
Puerto Planta ,R.D.

EQUIPO DE TRABAJO:

DISEÑO ARQUITECTÓNICO
ARQ. _____
codia 00000 _____

ENC. INGENIERÍA
ING. _____
codia 00000 _____

ESTRUCTURAL
ING. _____
codia 00000 _____

ELÉCTRICO
ING. _____
codia 00000 _____

HIDRO-SANITARIO
ING. _____
codia 00000 _____

SELLO DE APROBACIÓN:

FECHA: _____

CONTENIDO: **PLATA ESTRUCTURAL
DE TECHOS**

PLANTA ARQUITECTÓNICA

ESCALA:

1:50

SEPTIEMBRE 2026

NO. PÁGINA:

020



Ave. Dr. Delgado, Esq. Moises García,
Gazcue, Sto. Dgo., R.D.
TEL.: (809)-364-2189 | FAX.: (809)- 688-1665
E-Mail: info@cpadp.gob.do

Mun. San Felipe de Puerto Plata, Provincial
Puerto Plata ,R.D.

DISEÑO ARQUITECTÓNICO
ARQ.

ENC. INGENIERÍA
ING.

ESTRUCTURAL ING.

ELÉCTRICO
ING.

HIDRO-SANITARIO
ING.

SELO DE APROBACIÓN:

FECHA: _____

CONTENIDO: **DETALLES**
ESTRUCTURALES
PLANTA ARQUITECTÓNICA


ESCALA:

1:50

SEPTIEMBRE 2026

NO. PÁGINA:

021

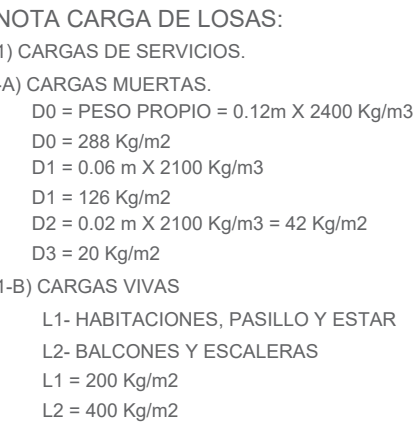

NOTA DE REFUERZOS

1-TODO ACERO LONGITUDINAL
CORRESPONDE A Ø3/8". TODO
ESPACIAMIENTO COLOCADO EN
ACERO LONGITUDINAL
CORRESPONDE 0.25, A MENOS QUE
SE INDIQUE LO CONTRARIO.


2-TODO ACERO ADICIONAL
CORRESPONDE A Ø3/8". TODO
ESPACIAMIENTO COLOCADO EN
ACERO ADICIONAL CORRESPONDE
0.50, A MENOS QUE SE INDIQUE LO
CONTRARIO.

3-EL ACERO DE REFUERZO A SER COLOCADO PRIMERO SERA AQUEL CON MENOR ESPACIAMIENTO.

CALIDAD DE LOS MATERIALES

- 1- Concreto:
 $F'c \geq 210 \text{ Kg/cm}^2$
- 2- Barra de refuerzo corrugado (Varillas)
 $F_y = 4,200 \text{ Kg/cm}^2$ (Grado 60)
- 3- Malla Electrosoldada
 $F_y = 5,600 \text{ Kg/cm}^2$ (Grado 80)
- 4- Bloques de concreto
 $F_b \geq 60 \text{ Kg/cm}^2$
- 5- Mortero en junta
 $F'j \geq 80 \text{ Kg/cm}^2$
- 6- Hormigón en cámara
 $F'cm \geq 120 \text{ Kg/cm}^2$



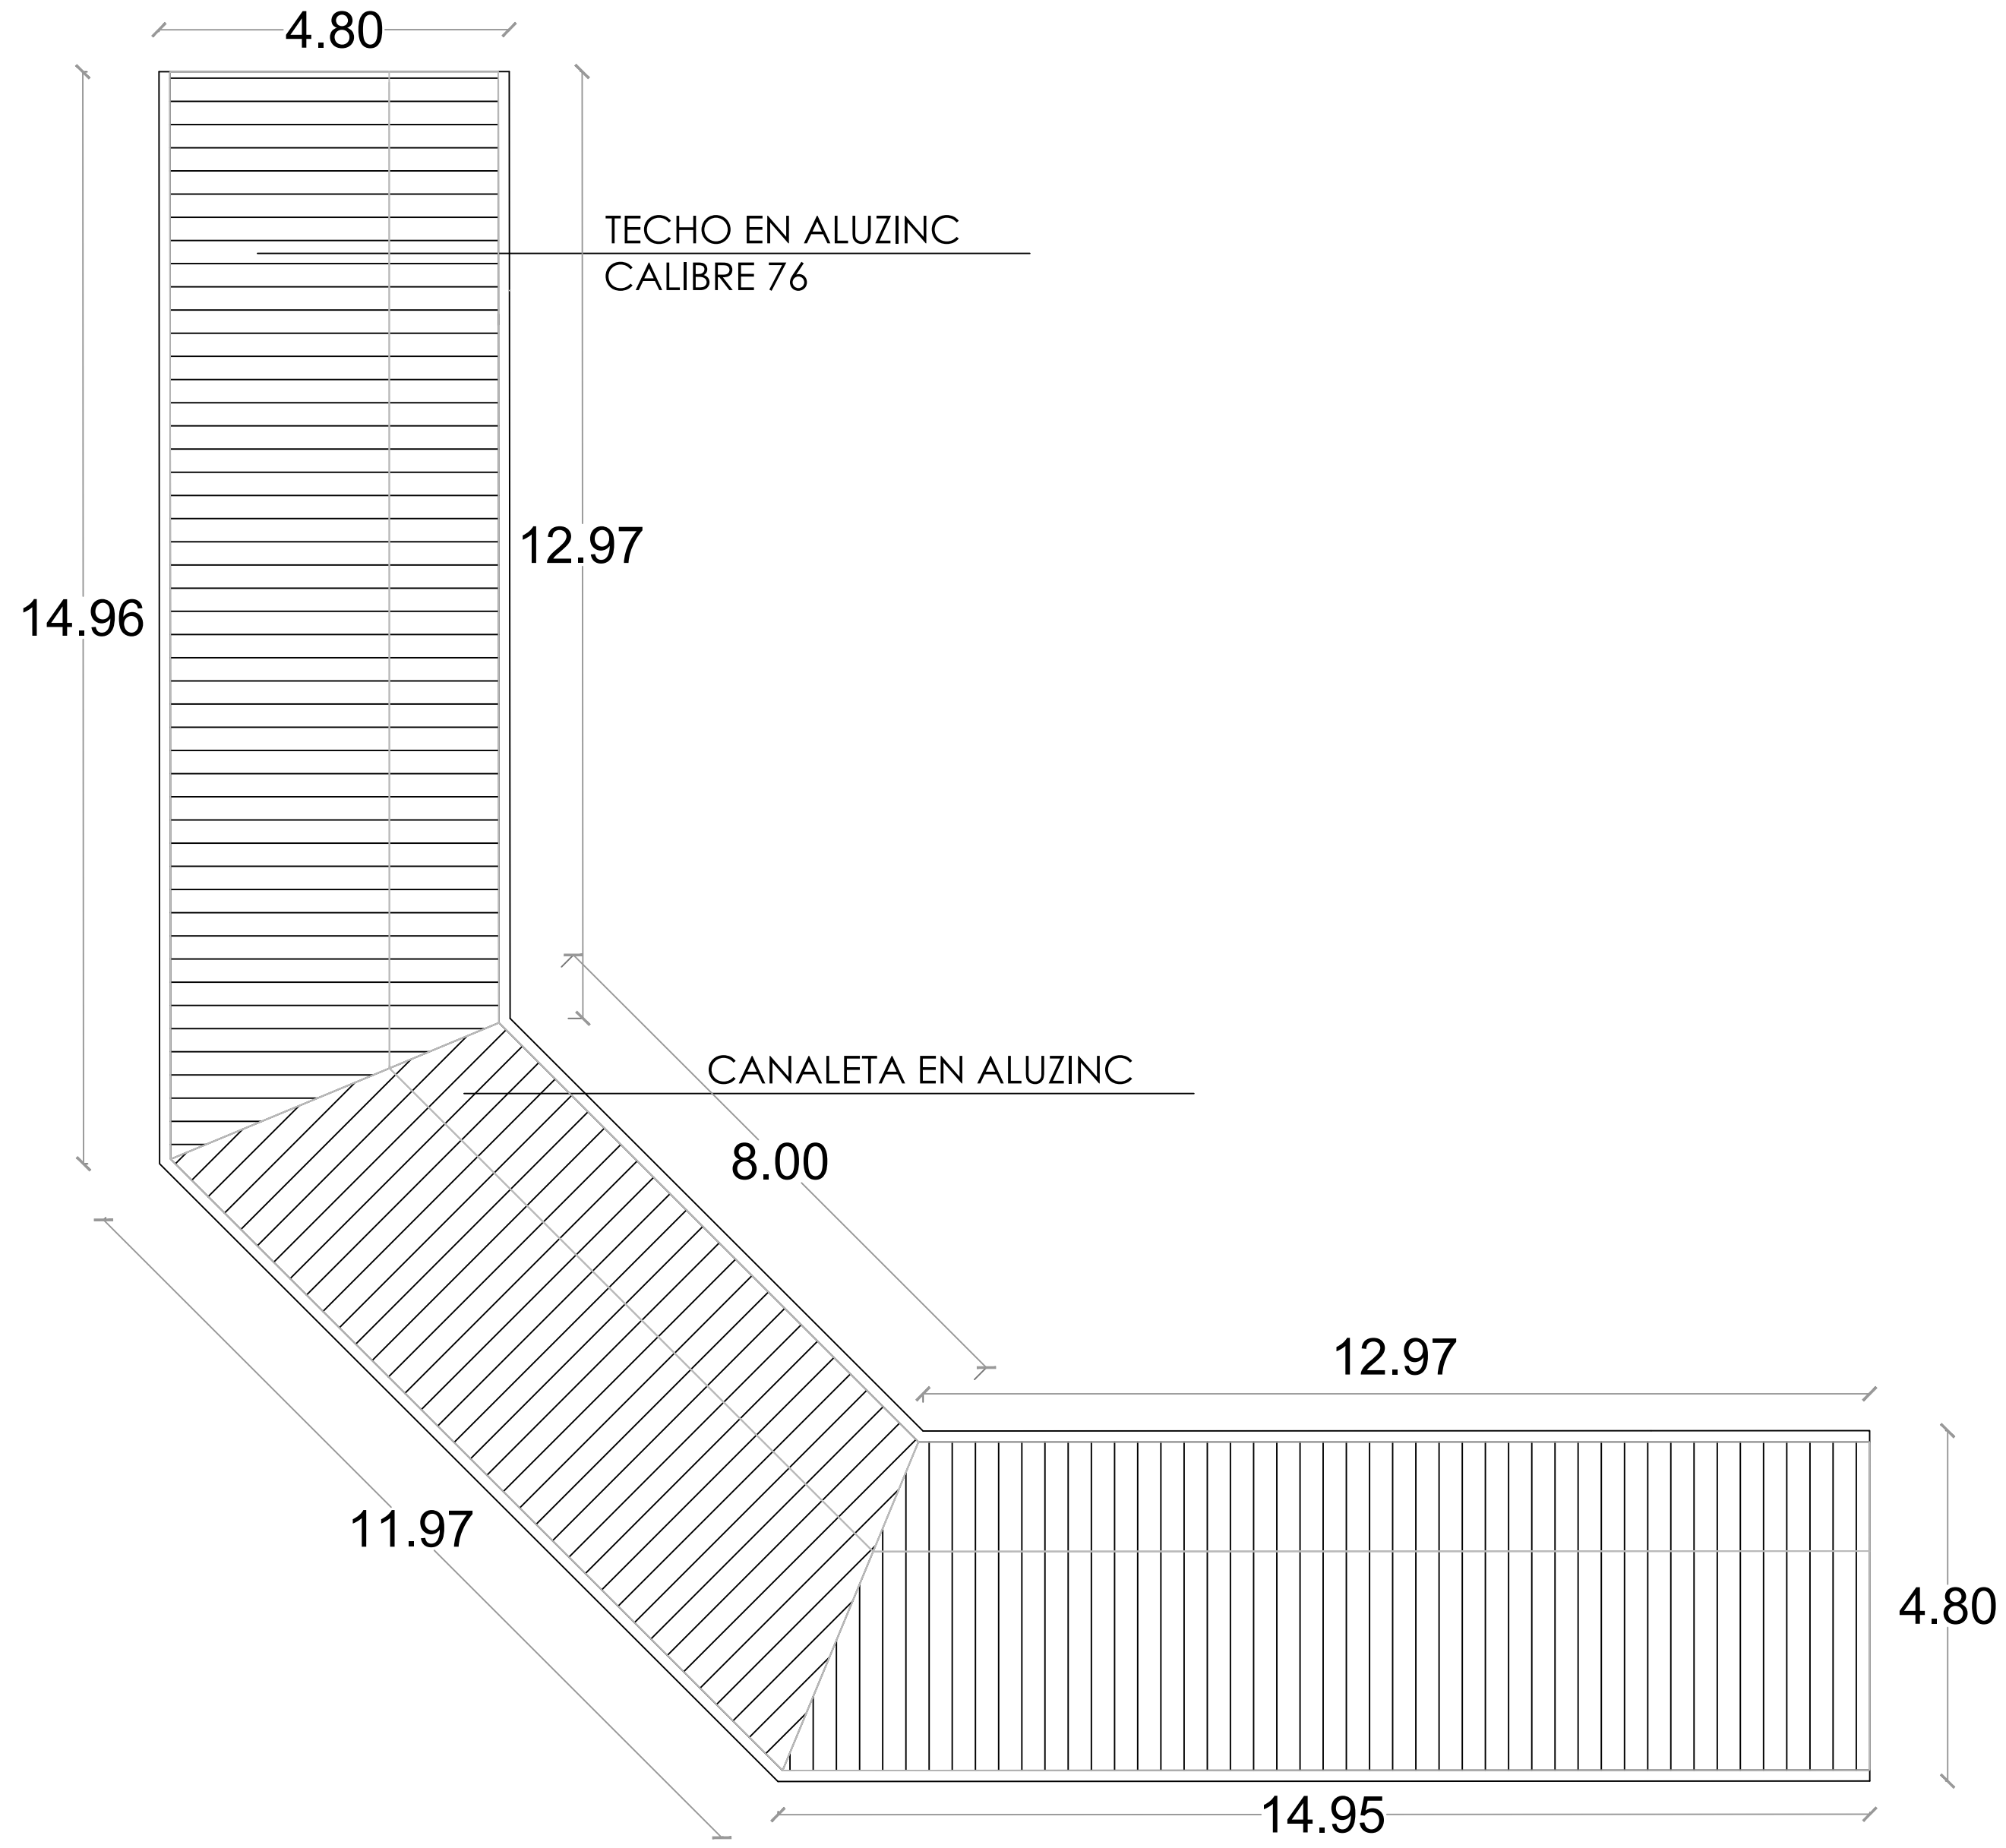

DIRECCION DE DESARROLLO PROVINCIAL DDP

Ave. Dr. Delgado, Esq. Moises García,
Gazcue, Sto. Dgo., R.D.
TEL.: (809)-364-2189 | FAX.: (809)- 688-1665
E-Mail: info@cpadp.gob.do

PROYECTO:
CONSTRUCCIÓN CAMPO DE BÉISBOL LAS TINA - 270 SECTOR LAS TINAS, D.M. YÁSICA ARRIBA, - T270
Mun. San Felipe de Puerto Plata, Provincial
Puerto Plata ,R.D.

EQUIPO DE TRABAJO:

DISEÑO ARQUITECTÓNICO
ARQ. _____
codia 00000

ENC. INGENIERÍA
ING. FIOR DALIZA BONIFACIO
codia 00000

ESTRUCTURAL
ING. Leopoldo Berroa
codia 00000

ELÉCTRICO
ING. Juan Pérez
codia 00000

HIDRO-SANITARIO
ING. Francis Estévez
codia 00000

SELLO DE APROBACIÓN:

FECHA: _____

CONTENIDO:

PLANTA DE TECHOS - GRADAS

ESCALA:

1:75

SEPTIEMBRE 2026

NO. PÁGINA:

022



Ave. Dr. Delgado, Esq. Moises García,
Gazcue, Sto. Dgo., R.D.
TEL.: (809)-364-2189 | FAX.: (809)- 688-1665
E-Mail: info@cpadp.gob.do

Mun. San Felipe de Puerto Plata, Provincial
Puerto Plata, R.D.

DISEÑO ARQUITECTÓNICO
ARQ.


codia 00000

codia 00000

codia 00000

codia 00000

023

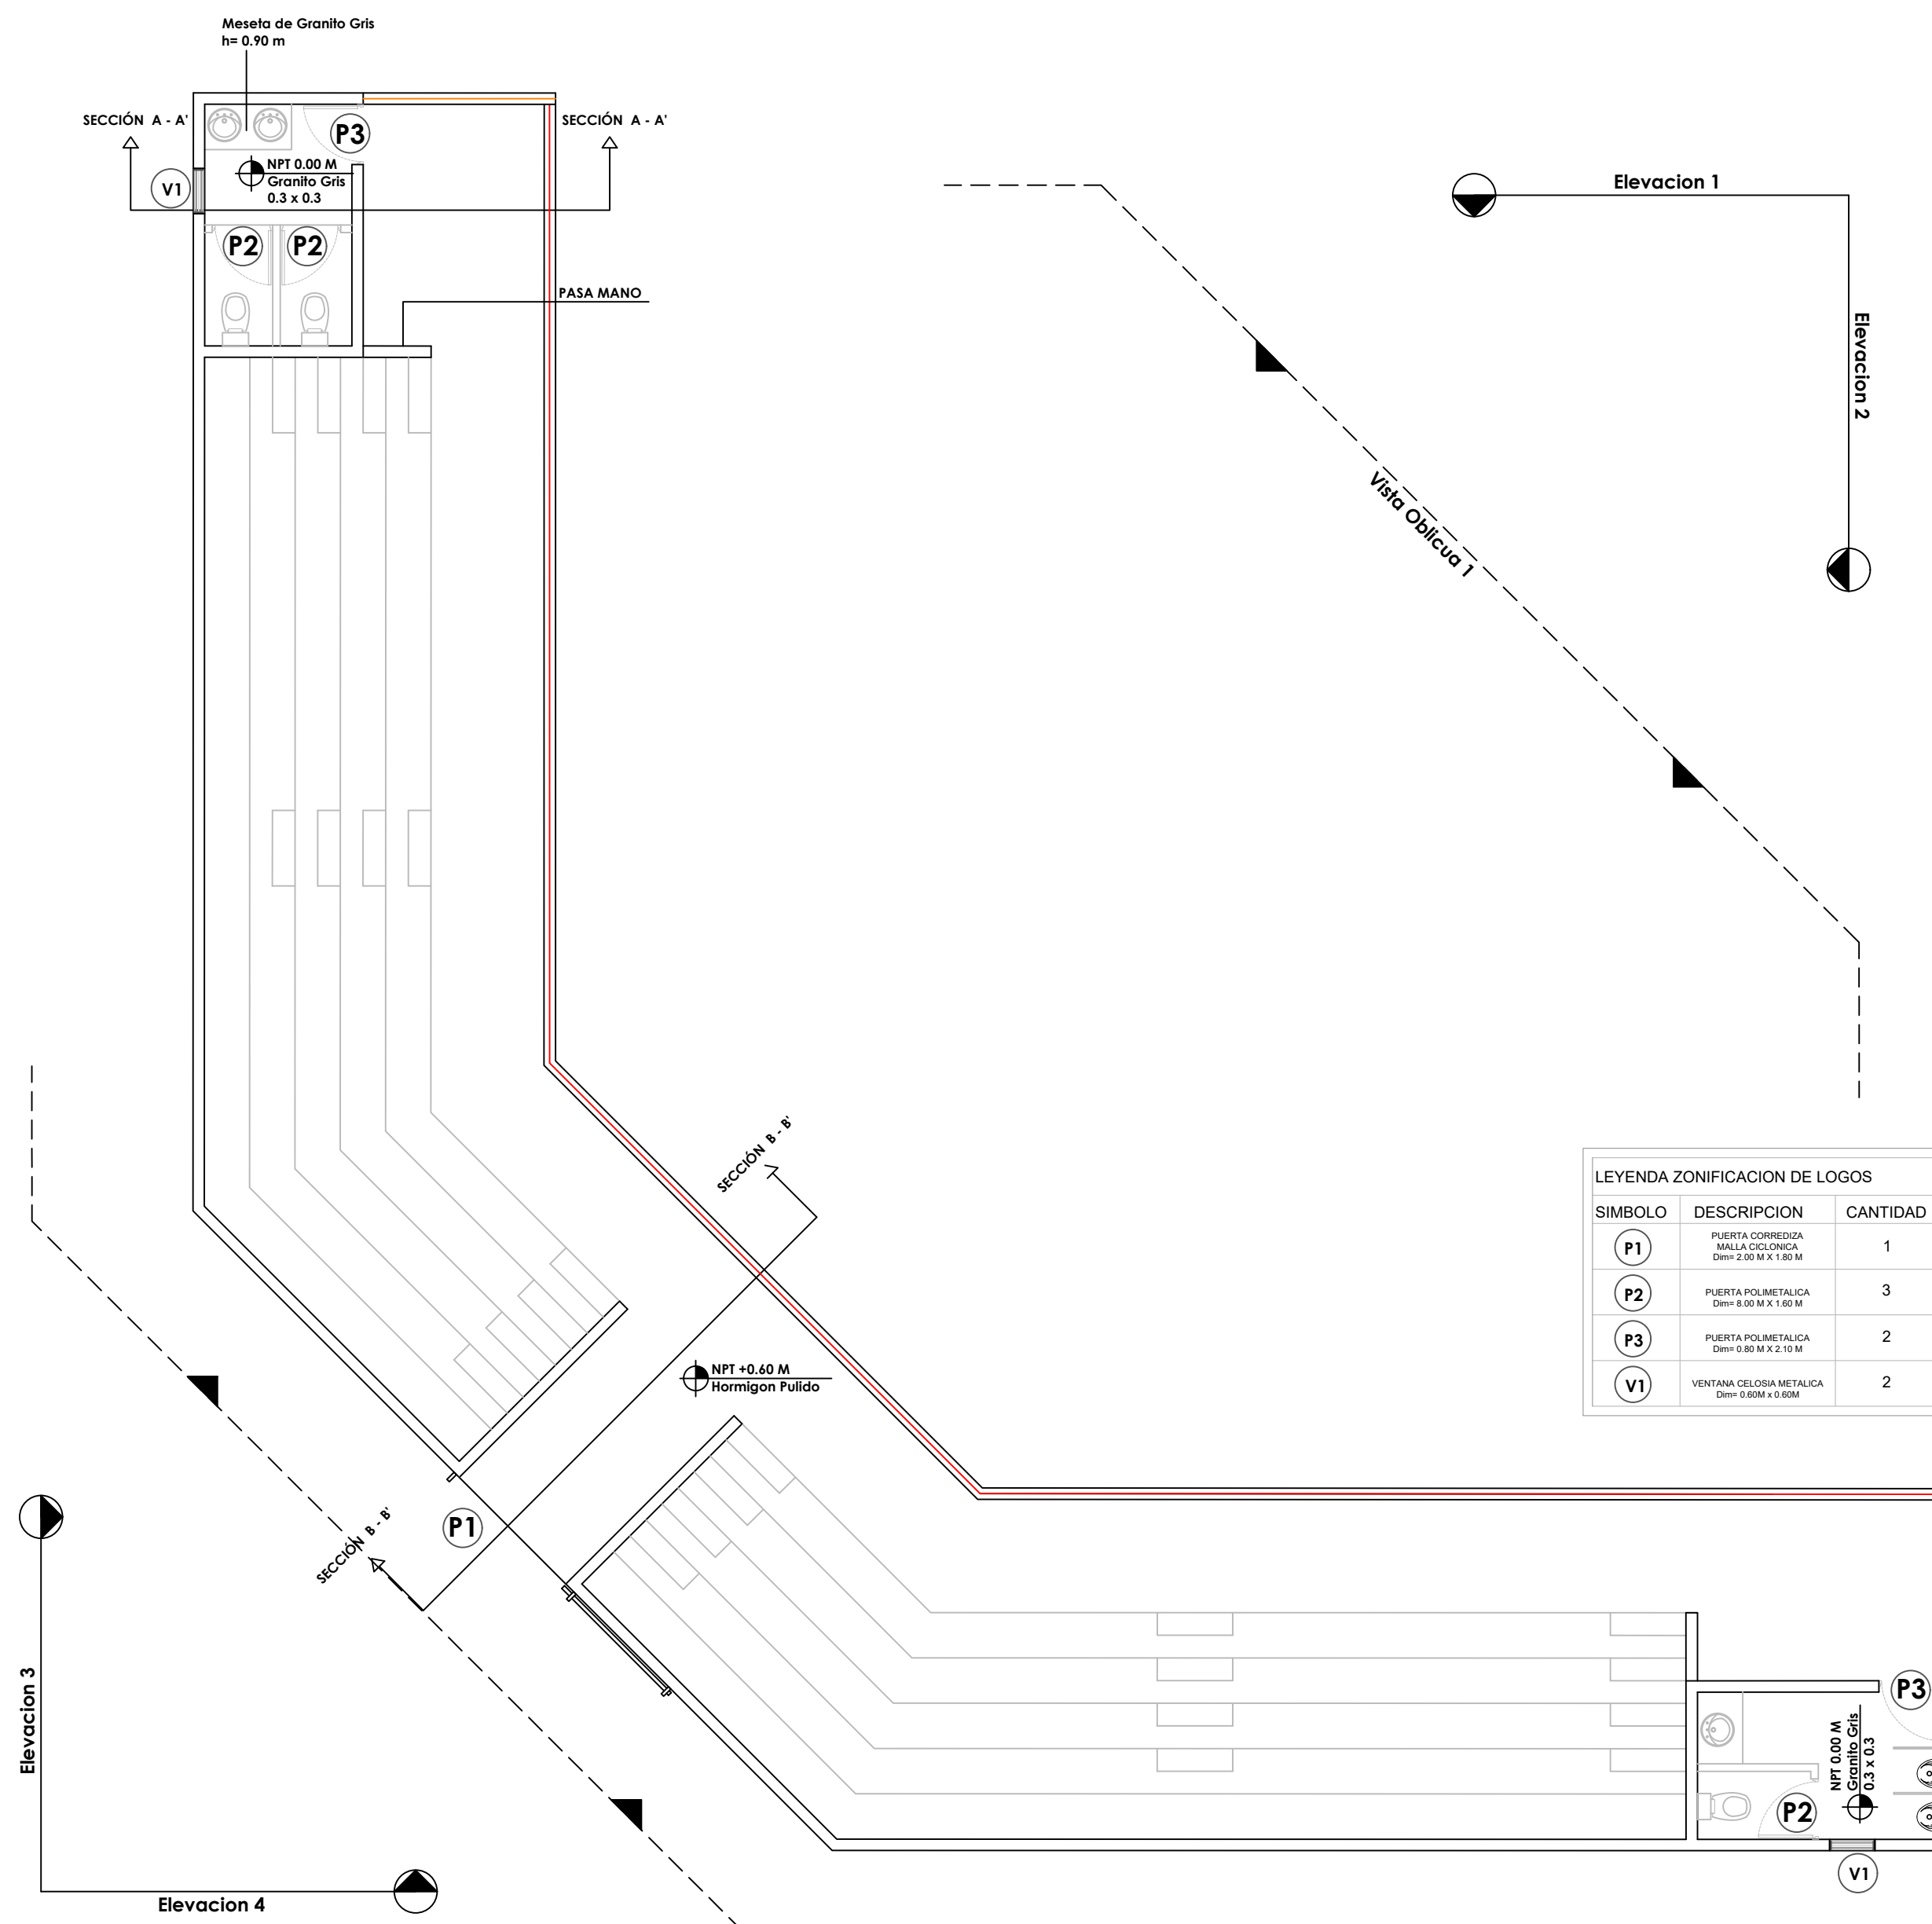

LEYENDA ZONIFICACION DE LOGOS		
SIMBOLO	DESCRIPCION	CANTIDAD
	PUERTA CORREDIZA MALLA CICLONICA Dim= 2.00 M X 1.80 M	1
	PUERTA POLIMETALICA Dim= 8.00 M X 1.60 M	3
	PUERTA POLIMETALICA Dim= 0.80 M X 2.10 M	2
	VENTANA CELOSIA METALICA Dim= 0.60M x 0.60M	



DIRECCION DE DESARROLLO
PROVINCIAL
DDP

Ave. Dr. Delgado, Esq. Moises García,
Gazcue, Sto. Dgo., R.D.
TEL.: (809)-364-2189 | FAX.: (809)- 688-1665
E-Mail: info@cpadp.gob.do

PROYECTO:
**CONSTRUCCIÓN CAMPO DE BÉISBOL LAS
TINA - 270 SECTOR LAS TINAS, D.M. YÁSICA
ARRIBA, - T270**

Mun. San Felipe de Puerto Plata, Provincial
Puerto Planta ,R.D.

EQUIPO DE TRABAJO:
DISEÑO ARQUITECTÓNICO
ARQ.
codia 00000

ENC. INGENIERÍA
ING. FIOR DALIZA BONIFACIO
codia 00000

ESTRUCTURAL
ING. Leopoldo Berroa
codia 00000

ELÉCTRICO
ING. Juan Pérez
codia 00000

HIDRO-SANITARIO
ING. Francis Estévez
codia 00000

SELLO DE APROBACIÓN:

FECHA:

CONTENIDO:

PLANTA DE LOSAS - GRADAS


ESCALA:

1:75

SEPTIEMBRE 2026

NO. PÁGINA:

024

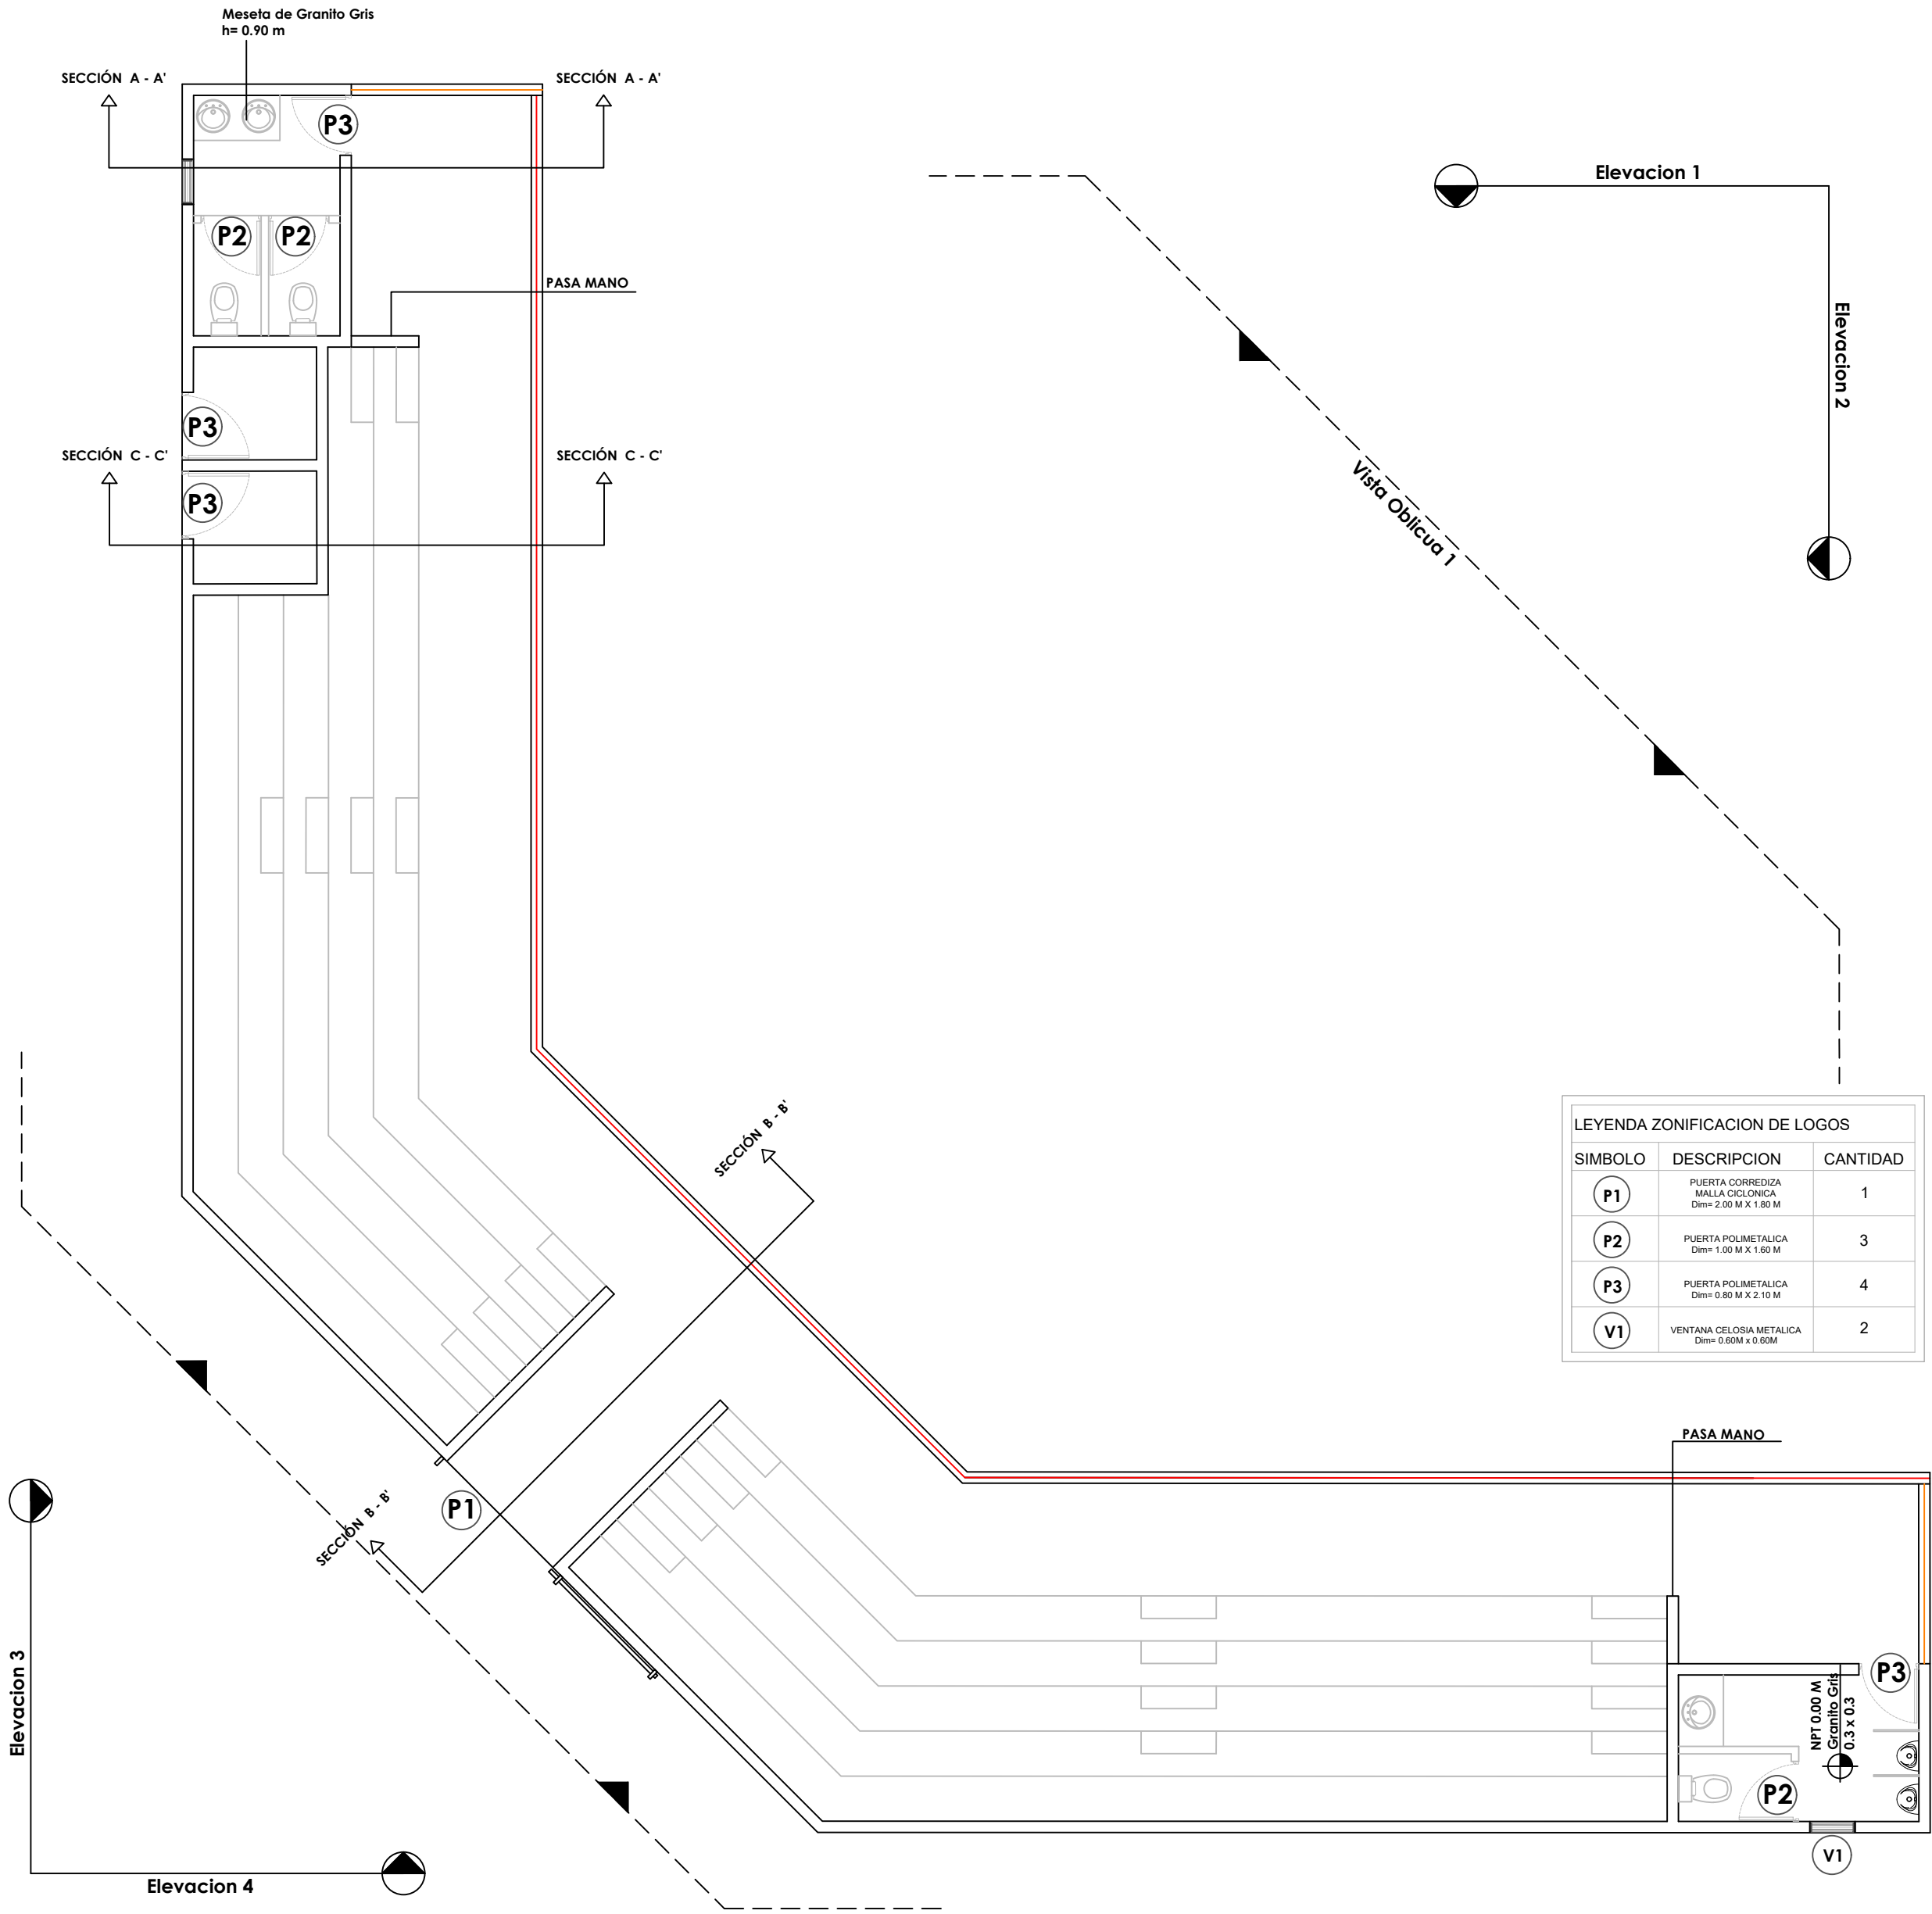



Ave. Dr. Delgado, Esq. Moises García,
Gazcue, Sto. Dgo., R.D.
TEL.: (809)-364-2189 | FAX.: (809)- 688-1665
E-Mail: info@cpadp.gob.do

Mun. San Felipe de Puerto Plata, Provincial
Puerto Plata ,R.D.

codia 00000

codia 00000

codia 00000

Juan Pérez
codia 00000

ancis Estévez
codia 00000

FECHA:

CONTENIDO:

PLANTA DIMENSIONADA


ESCALA:

1:75

SEPTIEMBRE 2026

NO. PÁGINA:

025

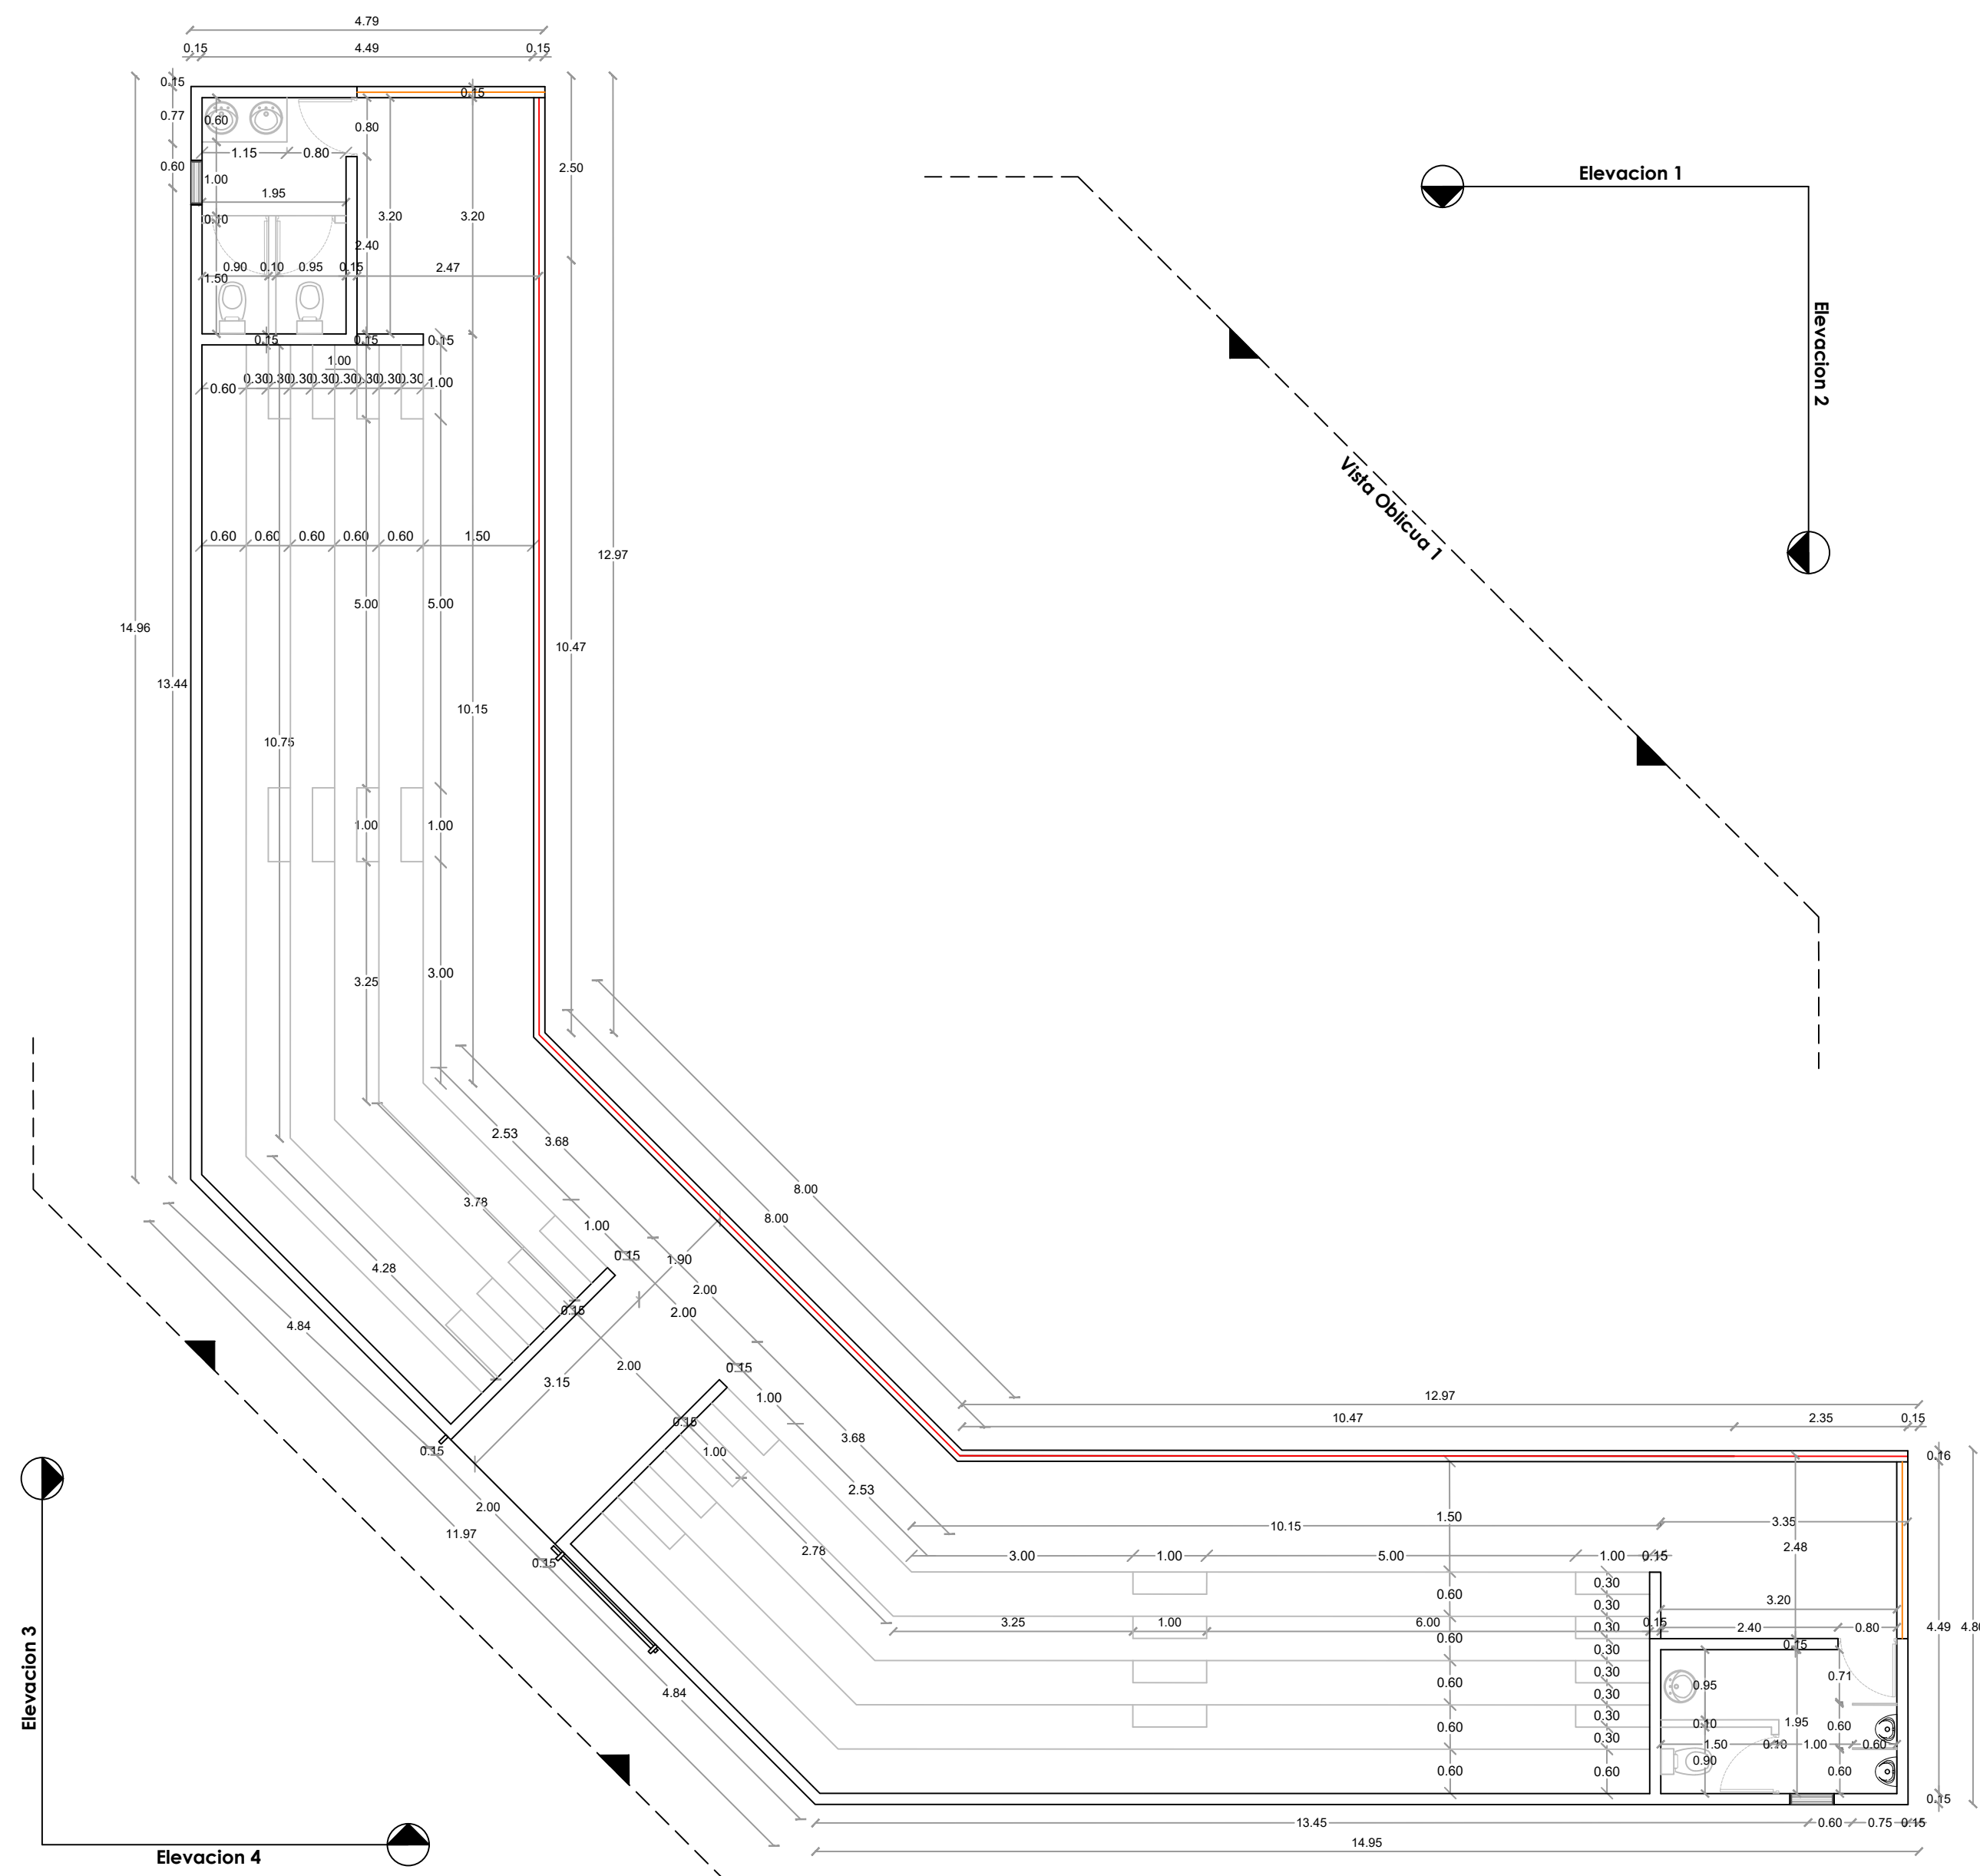






Ave. Dr. Delgado, Esq. Moises García,
Gazcue, Sto. Dgo., R.D.
TEL.: (809)-364-2189 | FAX.: (809)- 688-1665
E-Mail: info@cpadp.gob.do

Mun. San Felipe de Puerto Plata, Provincial
Puerto Plata, R.D.

ING. codig 00000

  026

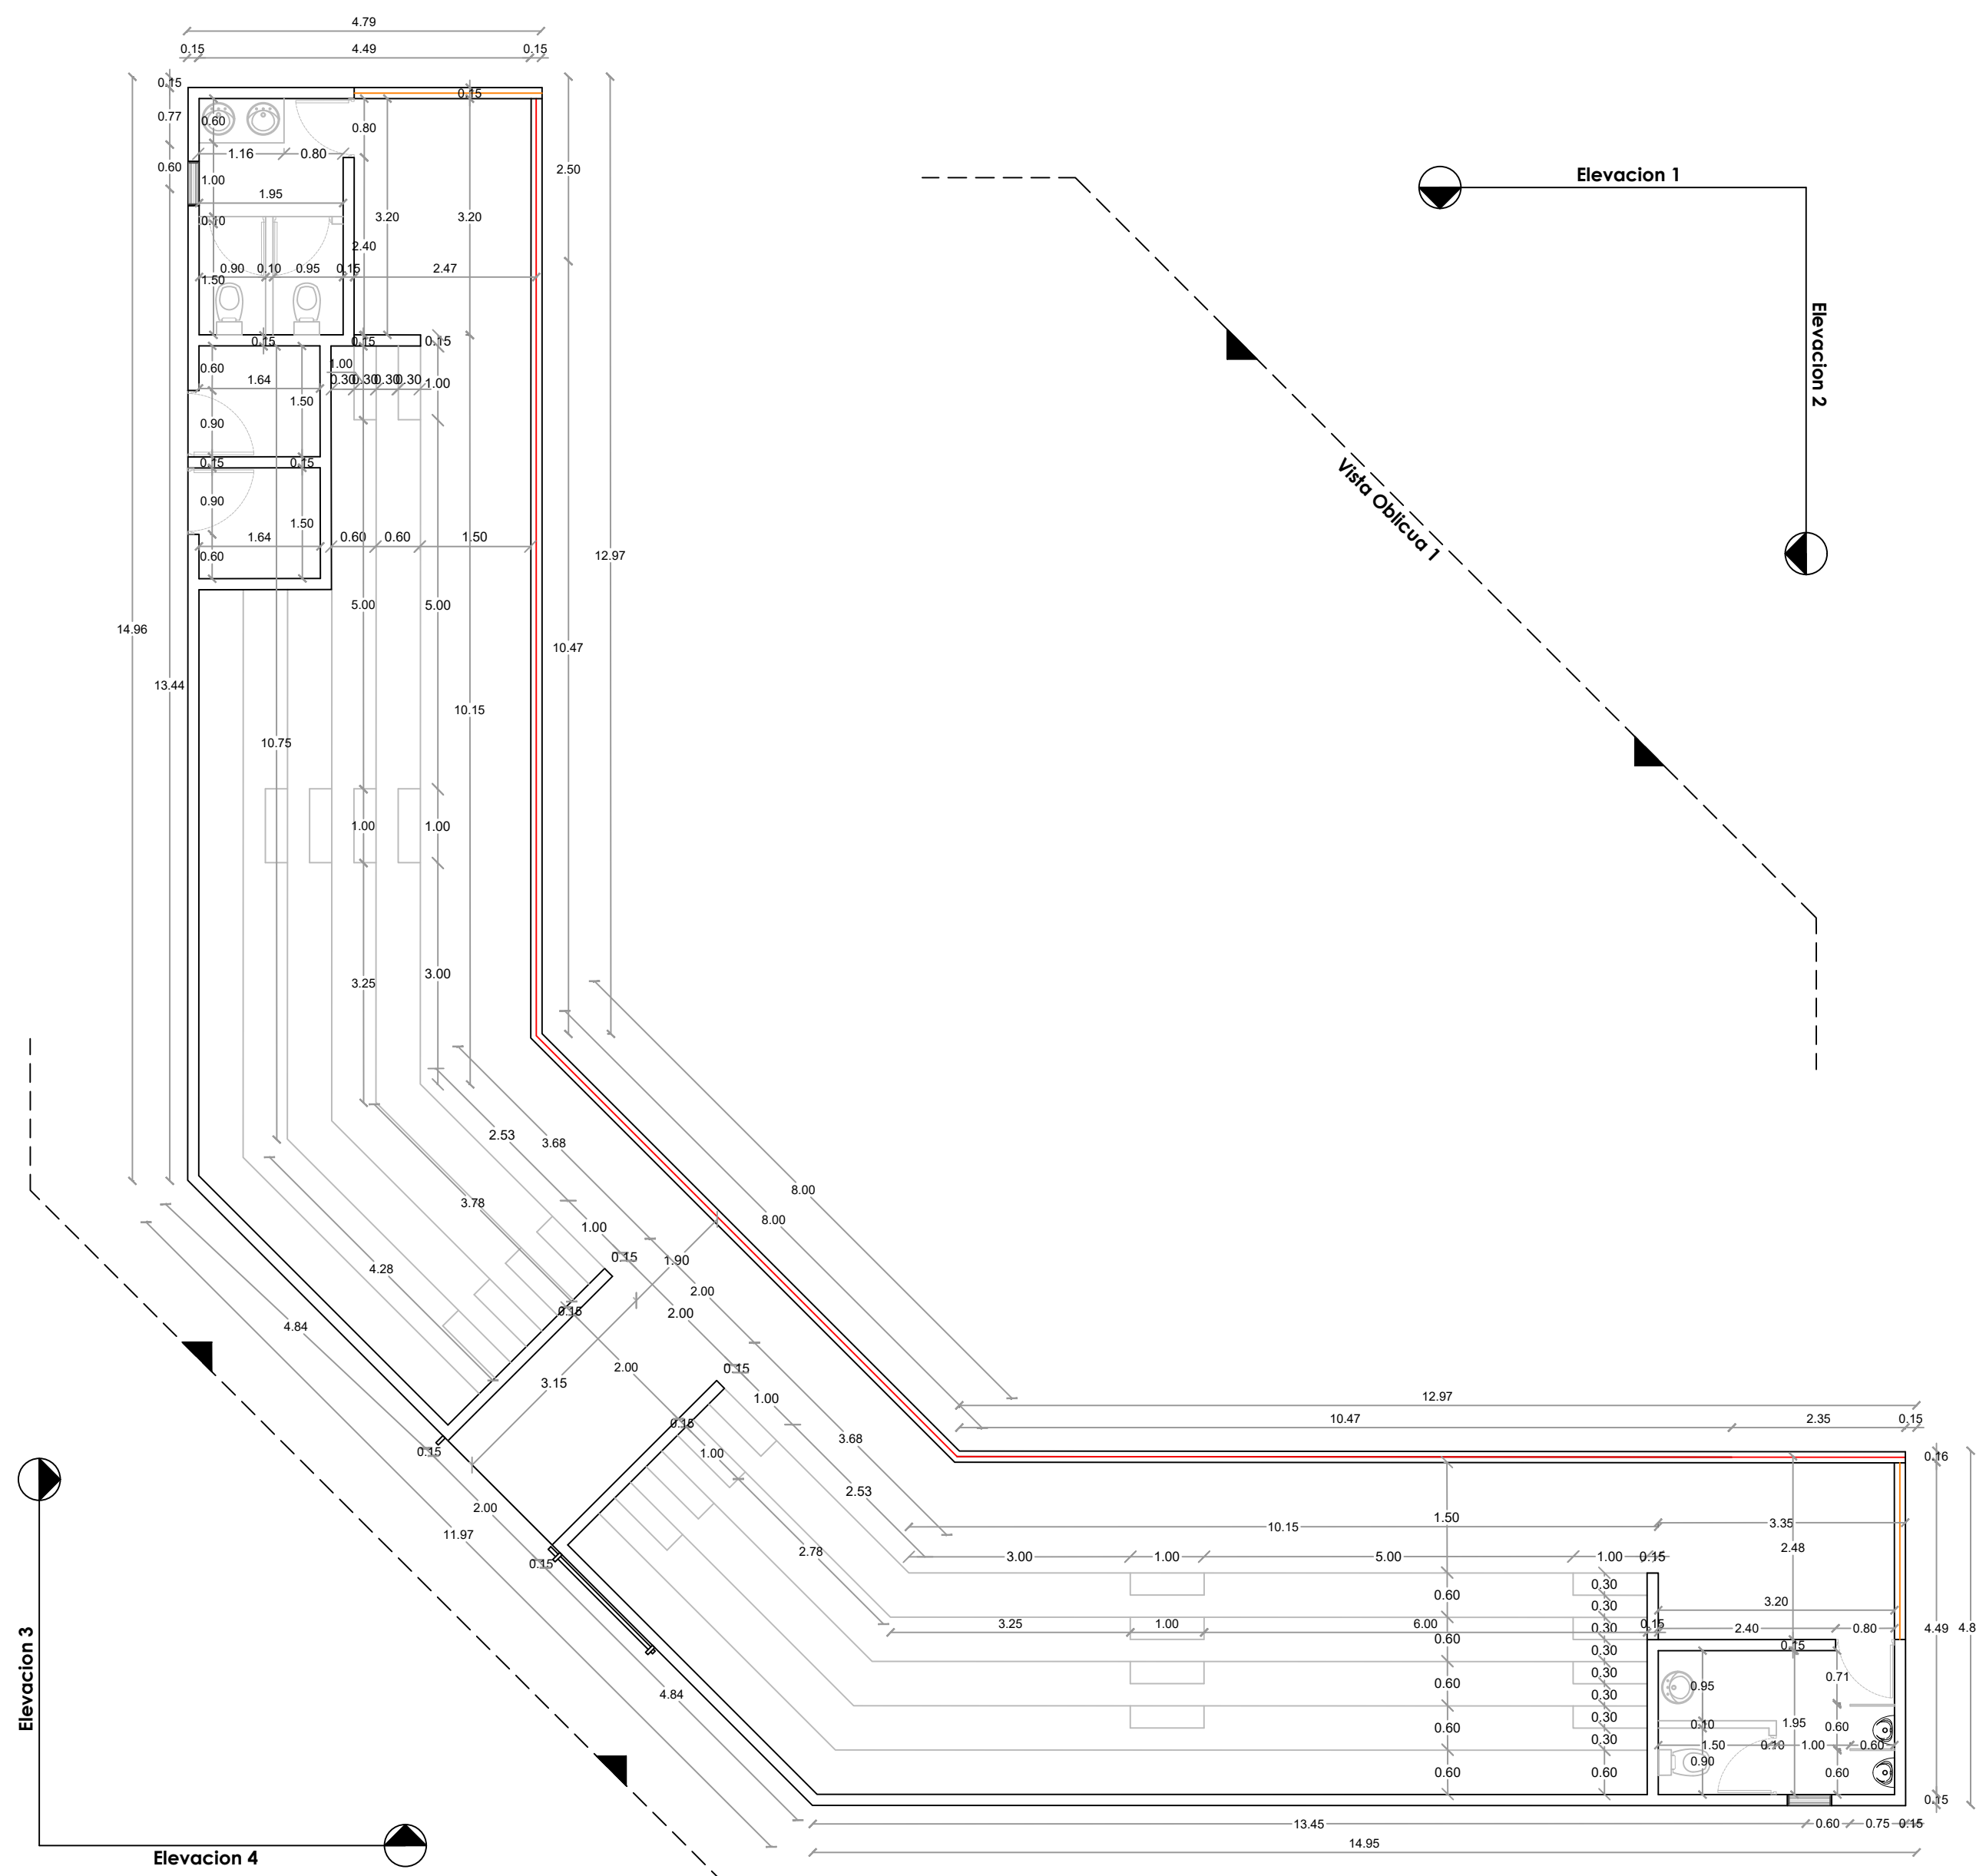



PROYECTO:
**CONSTRUCCIÓN CAMPO DE BÉISBOL LAS
TINA - 270 SECTOR LAS TINAS, D.M. YÁSICA
ARRIBA, - T270**

Mun. San Felipe de Puerto Plata, Provincial
Puerto Planta ,R.D.

EQUIPO DE TRABAJO:	
DISEÑO ARQUITECTÓNICO ARQ.	codia 00000
ENC. INGENIERÍA ING.	codia 00000
ESTRUCTURAL ING.	codia 00000
ELÉCTRICO ING.	codia 00000
HIDRO-SANITARIO ING.	codia 00000

SELLO DE APROBACIÓN:

FECHA: _____


CONTENIDO:

SECCIONES


ESCALA:

SEPTIEMBRE 2026


NO. PÁGINA:

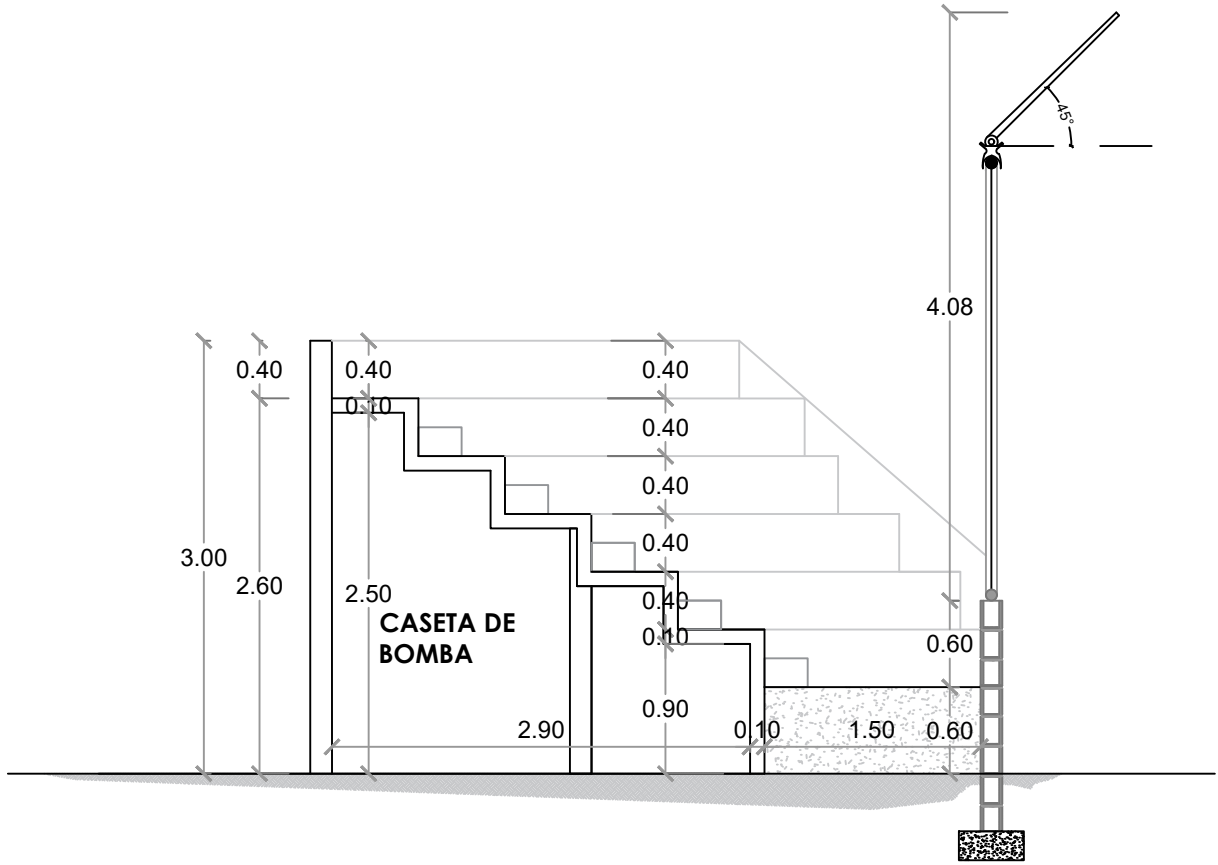

SECCIÓN C-C - DIMENSIONADA - GRADAS
ESC. 1:50

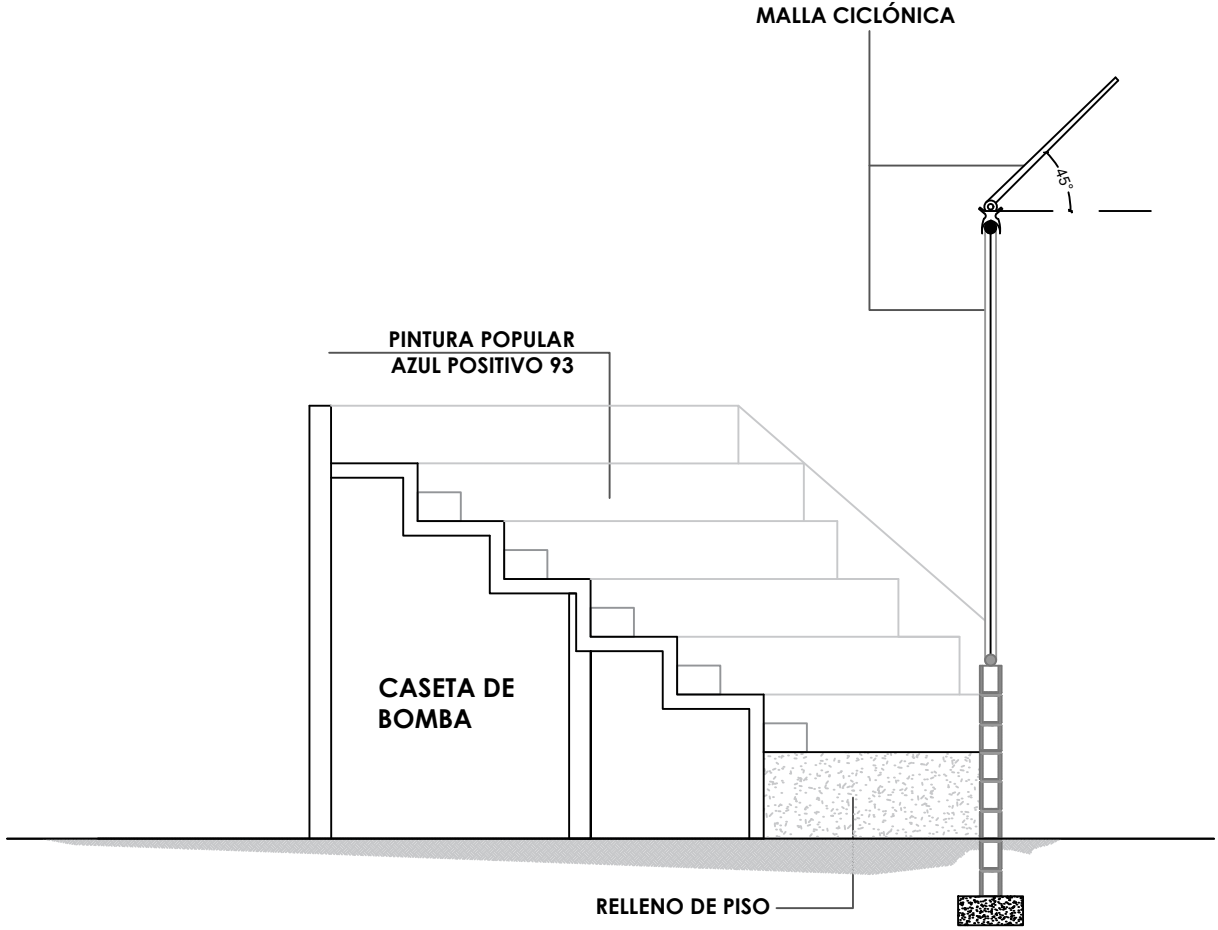

SECCIÓN C-C' - DETALLES - GRADAS
ESC. 1:50

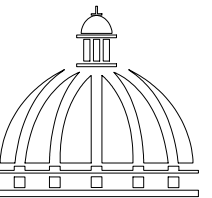

**GOBIERNO DE LA
REPÚBLICA DOMINICANA**

**DIRECCION DE DESARROLLO
PROVINCIAL
DDP**

Ave. Dr. Delgado, Esq. Moises García,
Gazcue, Sto. Dgo., R.D.
TEL.: (809)-364-2189 | FAX.: (809)- 688-1665
E-Mail: info@cpadp.gob.do

PROYECTO:
**CONSTRUCCIÓN CAMPO DE BÉISBOL LAS
TINA - 270 SECTOR LAS TINAS, D.M. YÁSICA
ARRIBA, - T270**

Mun. San Felipe de Puerto Plata, Provincial
Puerto Planta ,R.D.

EQUIPO DE TRABAJO:

DISEÑO ARQUITECTÓNICO
ARQ.

codia 00000

ENC. INGENIERÍA
ING.

codia 00000

ESTRUCTURAL
ING.

codia 00000

ELÉCTRICO
ING.

codia 00000

HIDRO-SANITARIO
ING.

codia 00000

SELLO DE APROBACIÓN:

FECHA: _____

CONTENIDO:


SECCIONES

ESCALA:


SEPTIEMBRE 2026

NO. PÁGINA:


029

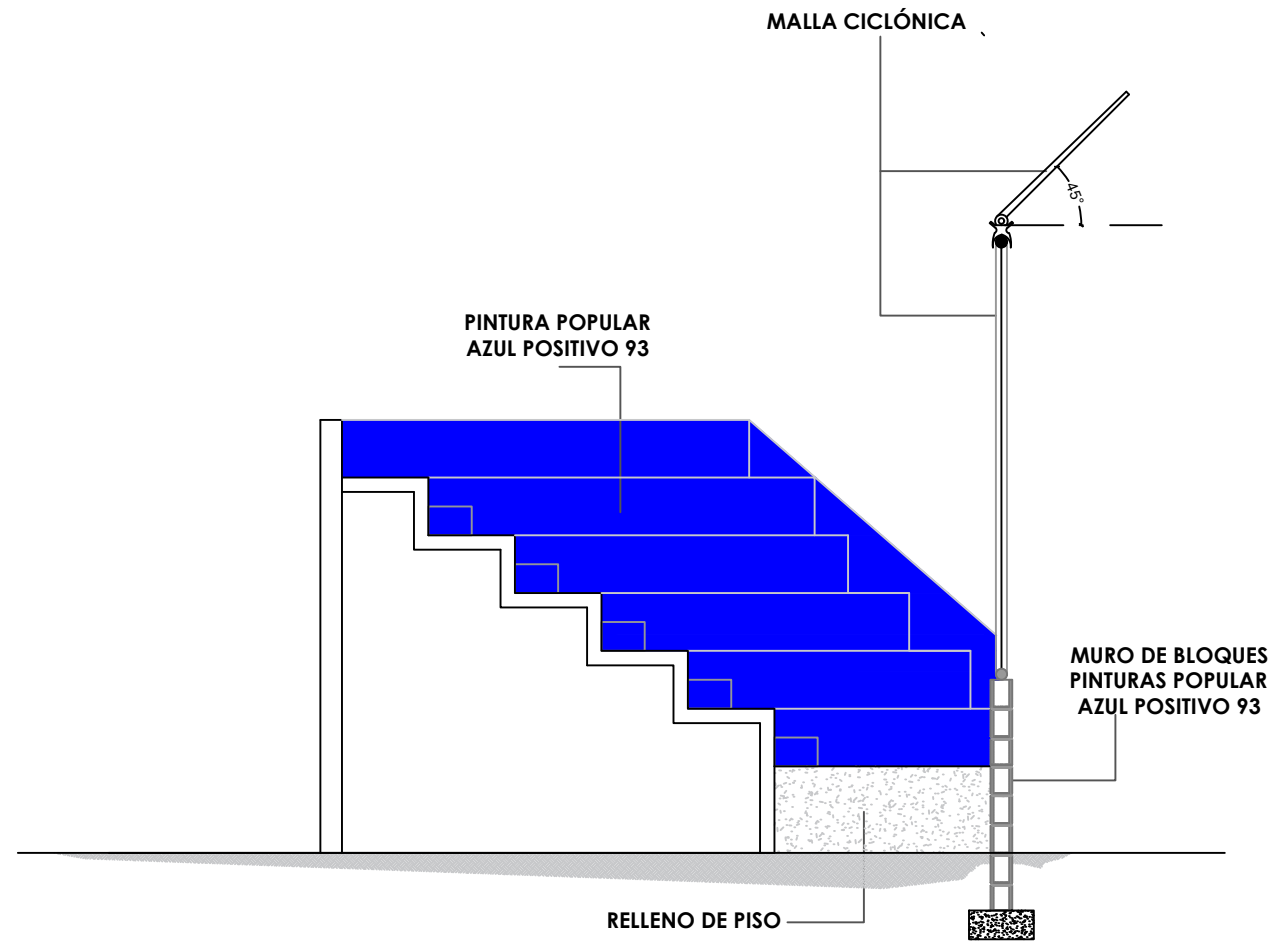


 ELEVACION- DETALLES - GRADAS
ESC. 1:50

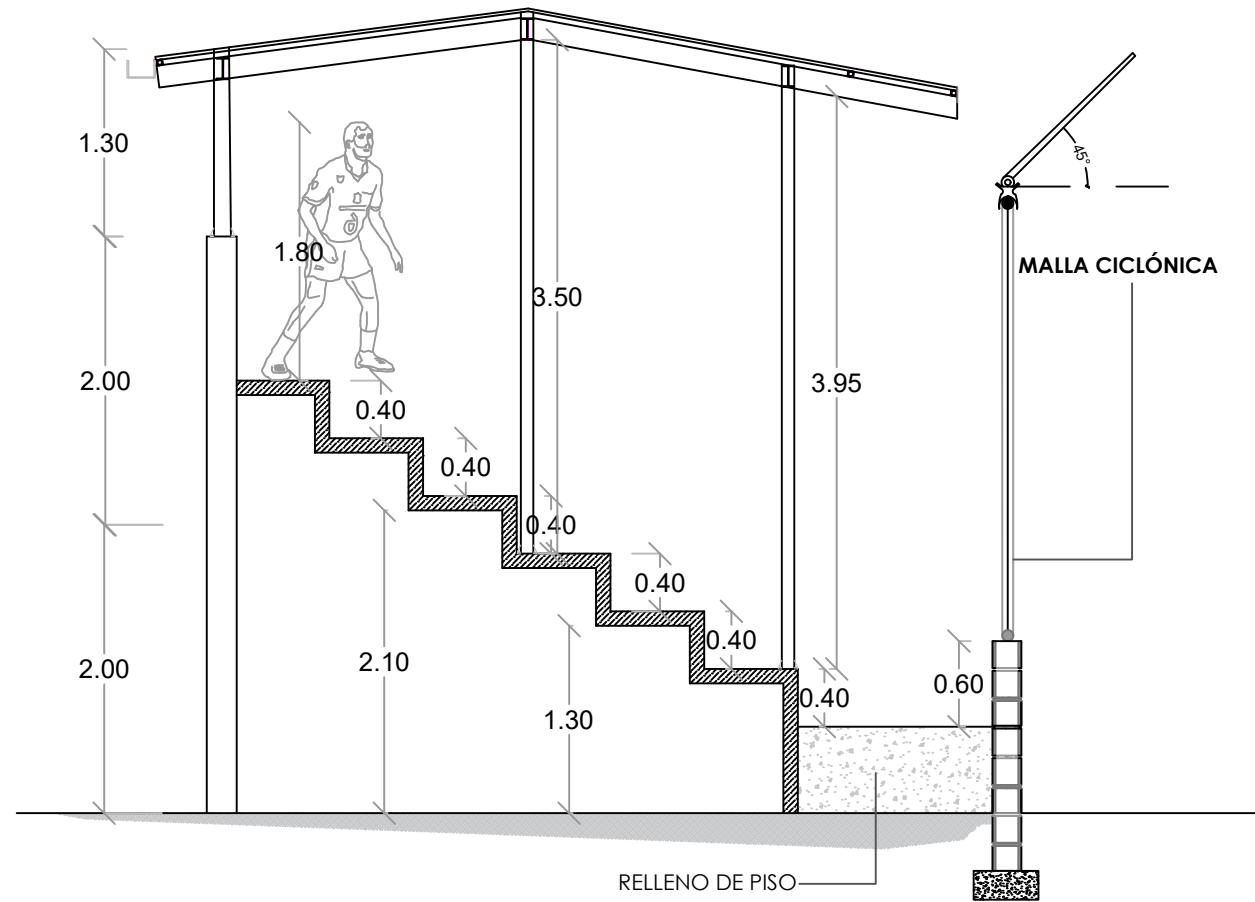


 SECCION DE GRADAS - DETALLE DE TECHO

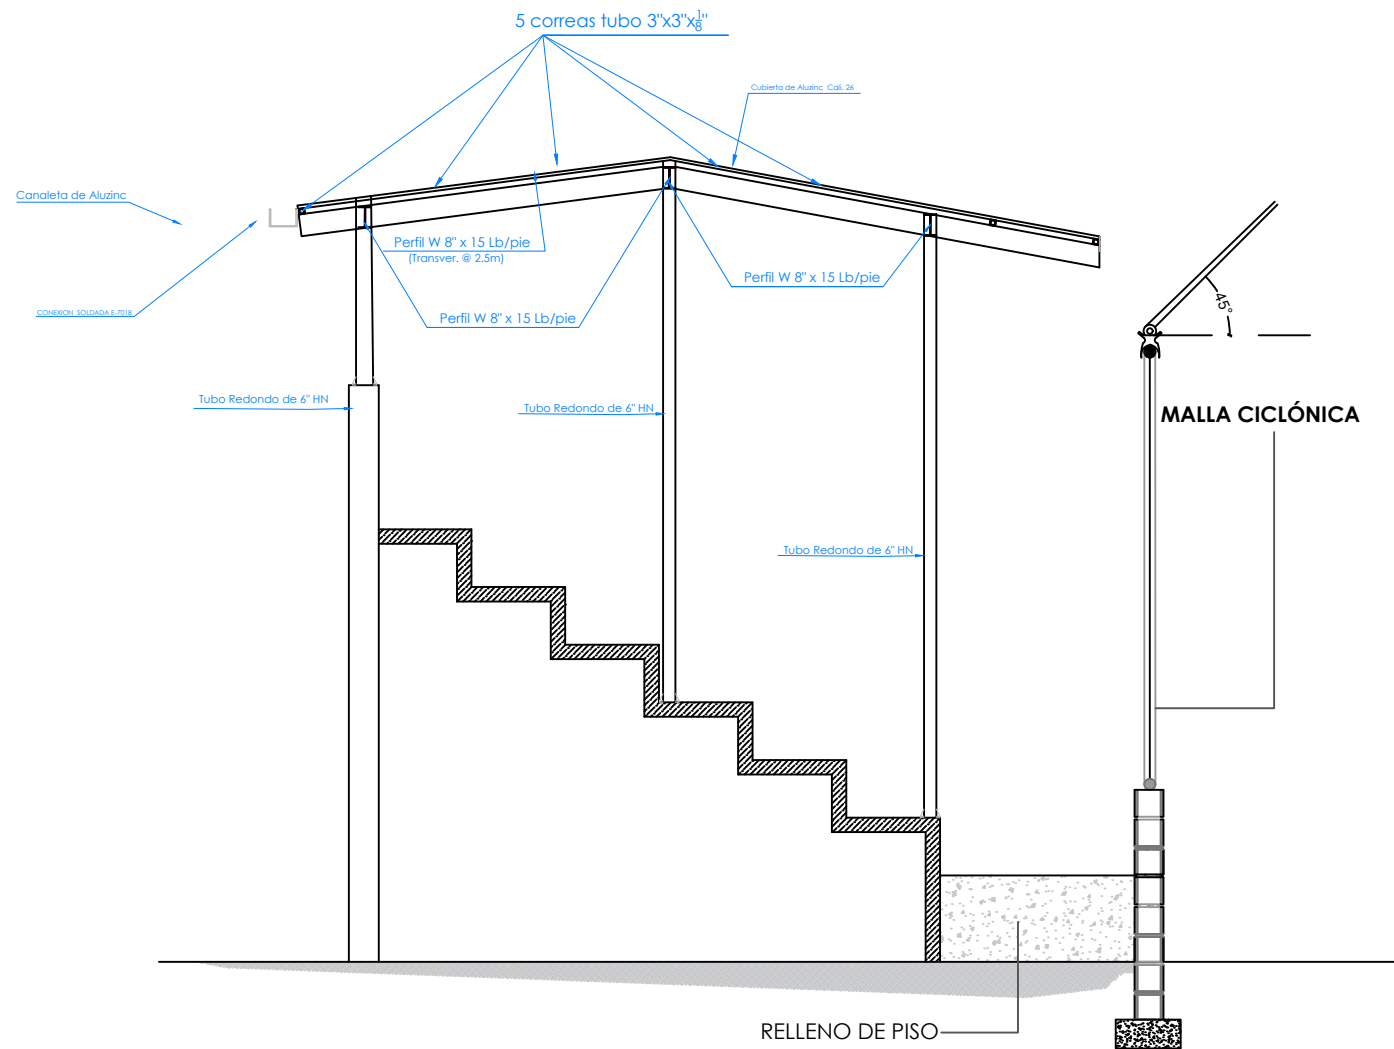


 SECCION DE GRADAS - DETALLE DE TECHO

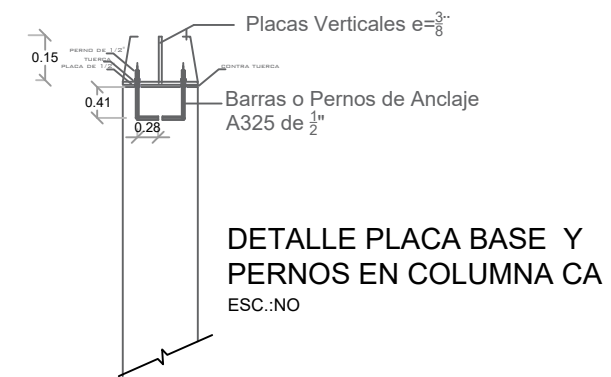

PLACA BASE

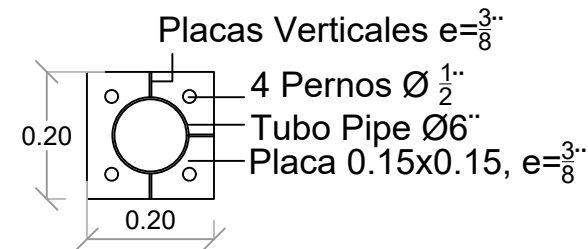

SECCIÓN PERNO

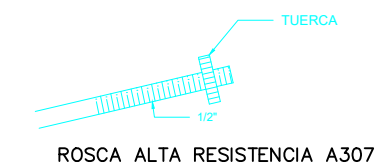

NOTA: TODOS LOS PLANOS PUEDEN SER
MODIFICADOS Y / AJUSTADOS EN CAMPO

PROYECTO:
**CONSTRUCCIÓN CAMPO DE BÉISBOL LAS
TINA - 270 SECTOR LAS TINAS, D.M. YÁSICA
ARRIBA, - T270**

Mun. San Felipe de Puerto Plata, Provincial
Puerto Planta ,R.D.

EQUIPO DE TRABAJO:

DISEÑO ARQUITECTÓNICO

ARQ.

codia 00000

ENC. INGENIERÍA

ING.

codia 00000

ESTRUCTURAL

ING.

codia 00000

ELÉCTRICO

ING.

codia 00000

HIDRO-SANITARIO

ING.

codia 00000

SELLO DE APROBACIÓN:


FECHA:

CONTENIDO:


ESCALA:
1:75

SEPTIEMBRE 2026

NO. PÁGINA:
030

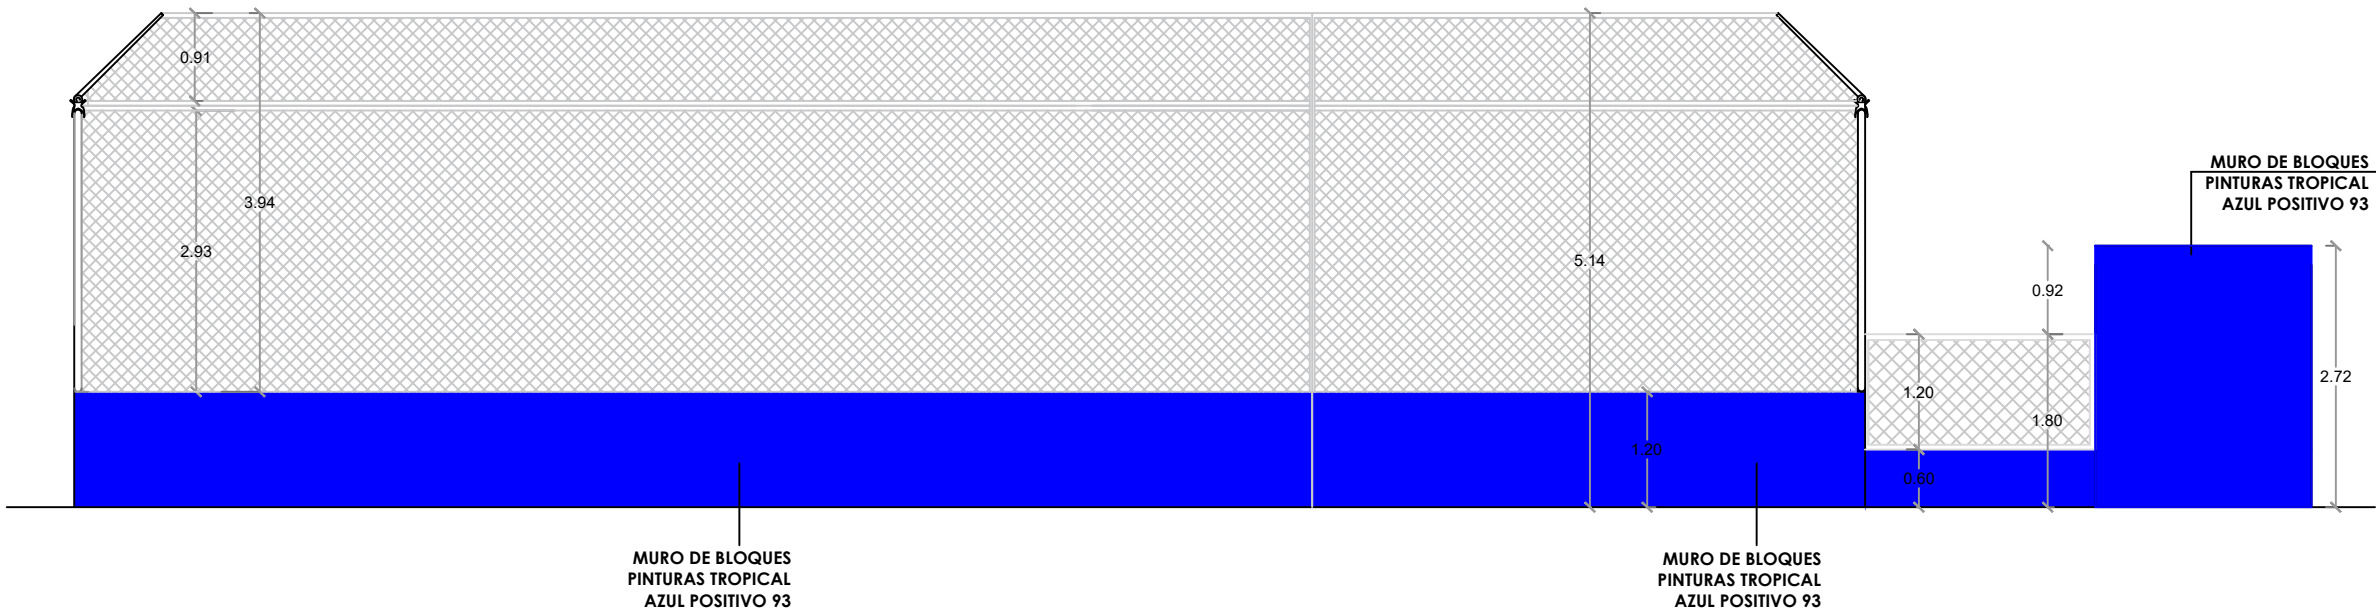

1
00 ELEVACIÓN 1 - GRADAS
ESC. 1:75

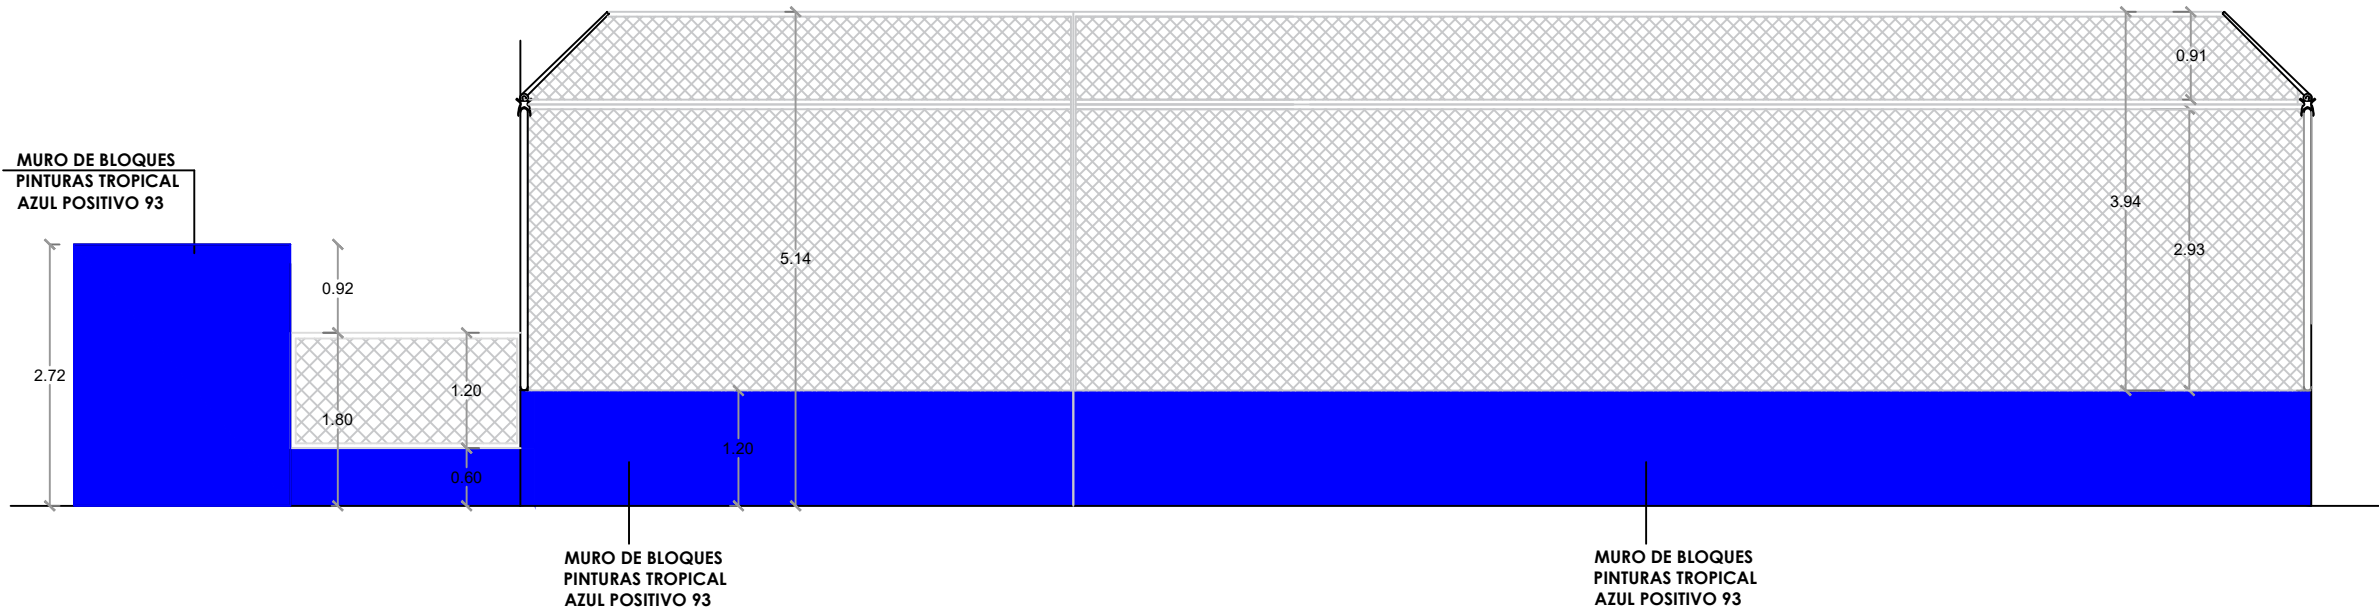

1
00 ELEVACIÓN 2 - GRADAS
ESC. 1:75

PROYECTO:
**CONSTRUCCIÓN CAMPO DE BÉISBOL LAS
TINA - 270 SECTOR LAS TINAS, D.M. YÁSICA
ARRIBA, - T270**

Mun. San Felipe de Puerto Plata, Provincial
Puerto Planta ,R.D.

EQUIPO DE TRABAJO:

DISEÑO ARQUITECTÓNICO ARQ.	
ENC. INGENIERÍA ING.	
ESTRUCTURAL ING.	
ELÉCTRICO ING.	
HIDRO-SANITARIO ING.	

SELLO DE APROBACIÓN:

FECHA: _____

CONTENIDO:

PLANTA ARQUITECTÓNICA


ESCALA:

1:75


SEPTIEMBRE 2026

NO. PÁGINA:


031

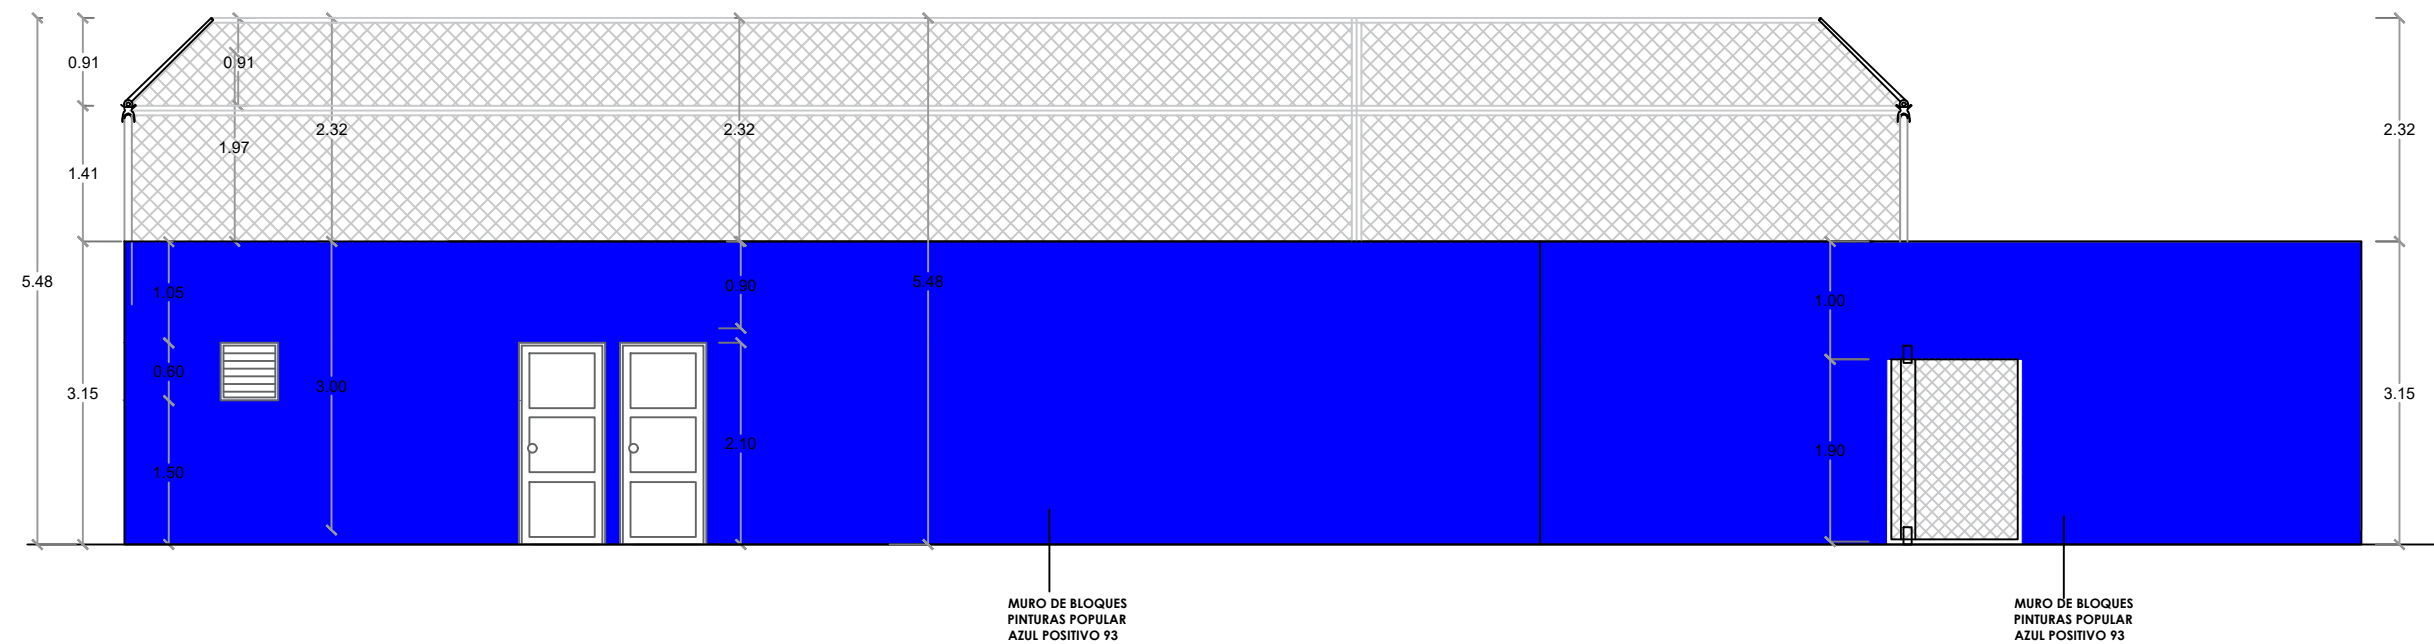

ELEVACIÓN 3 - GRADAS
ESC. 1:75

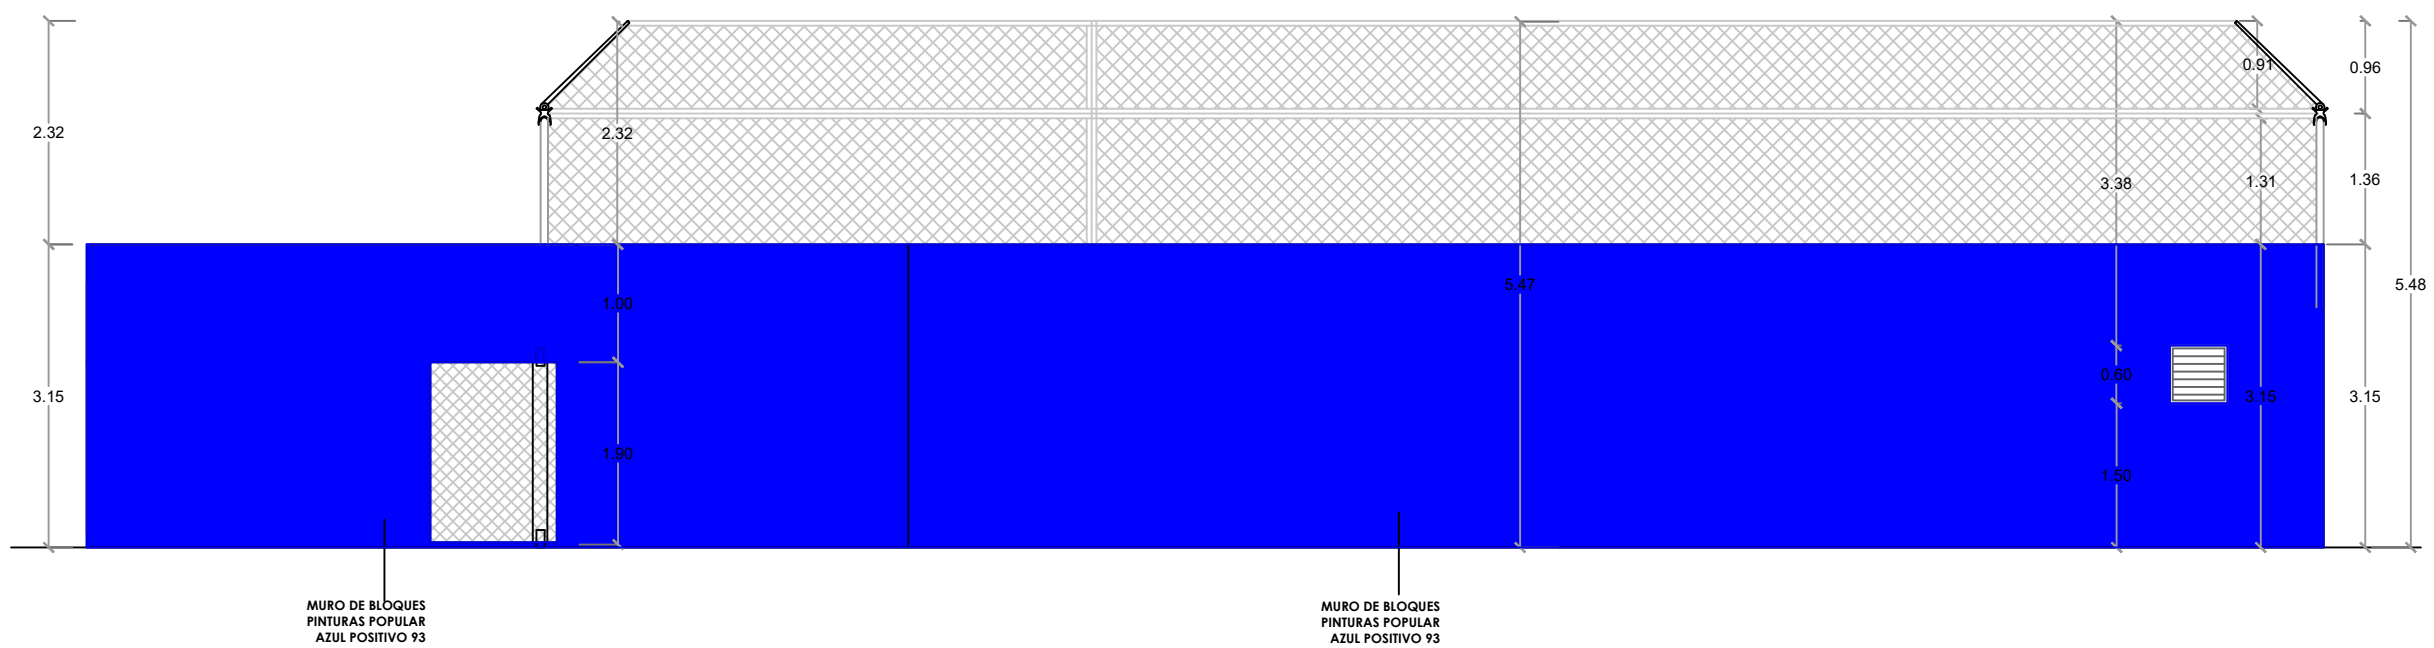


ELEVACIÓN 4 - GRADAS
ESC. 1:75

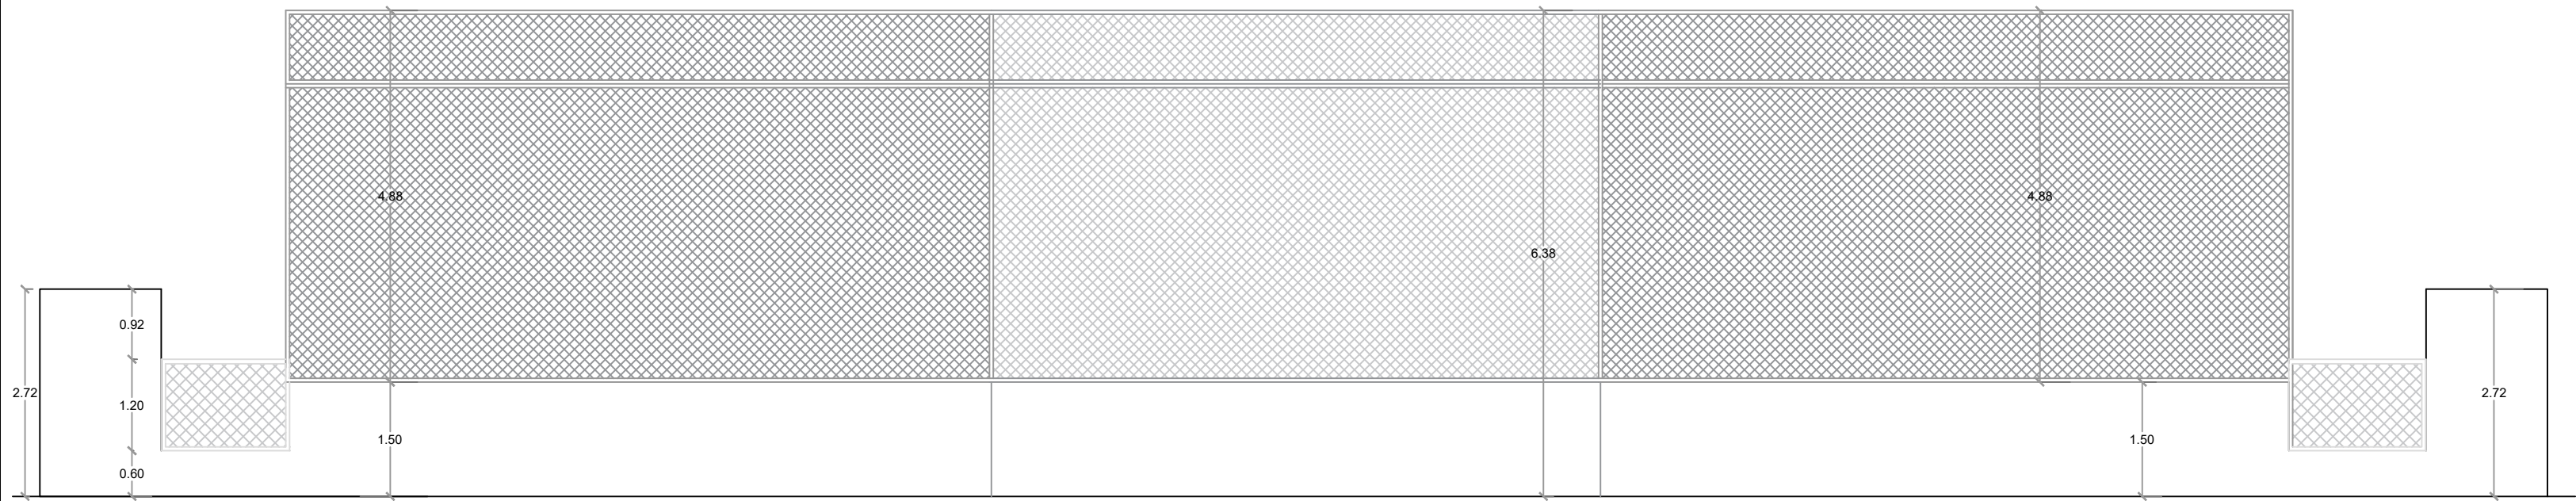

ELEVACIÓN OBLICUA 1

ESC. 1:100

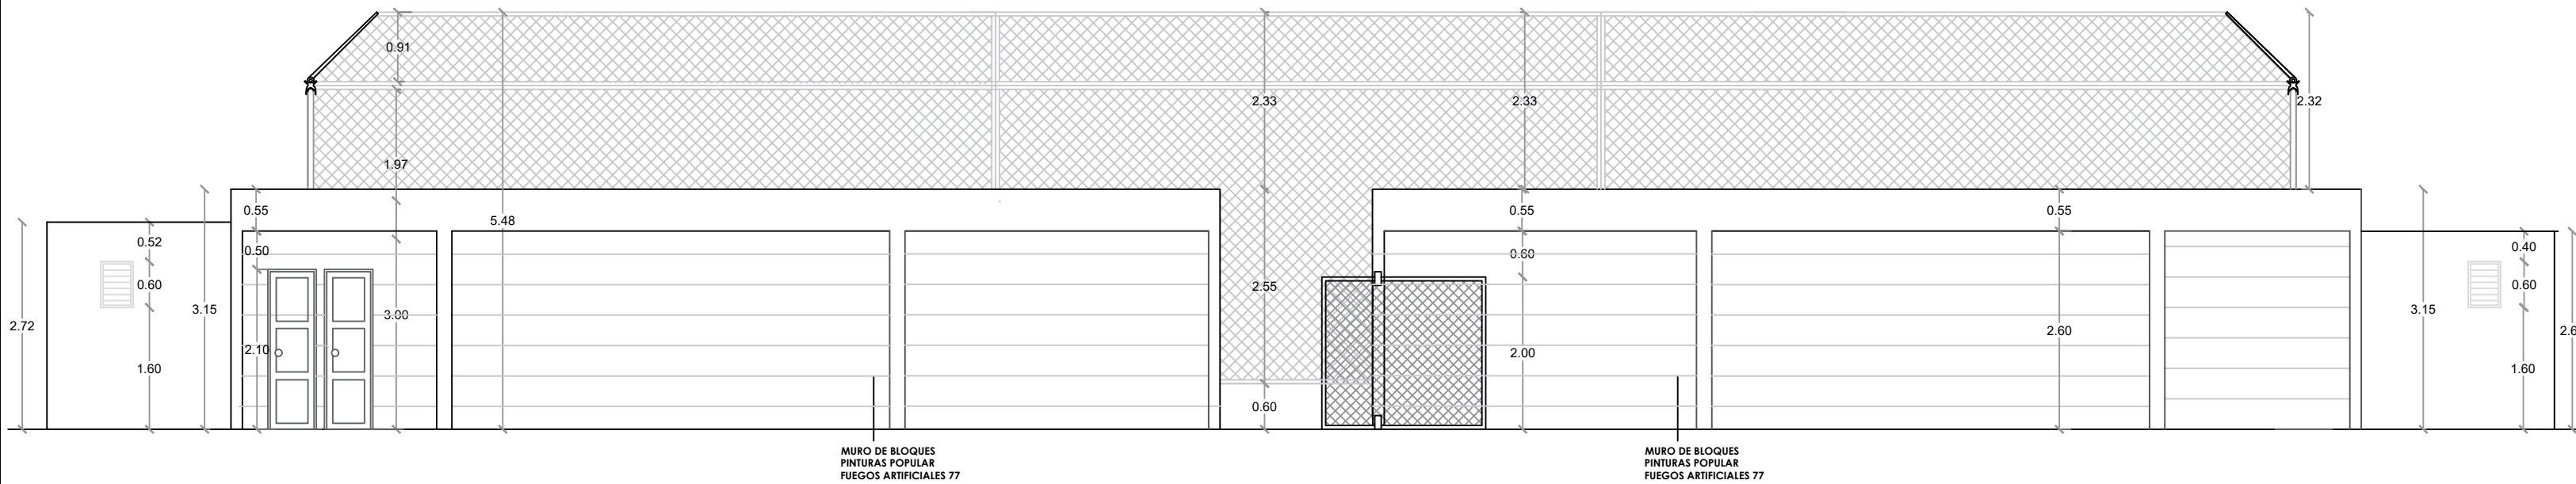


ELEVACIÓN OBLICUA 2

ESC. 1:100



PLANTA ARQUITECTÓNICA

ESC. 1:75

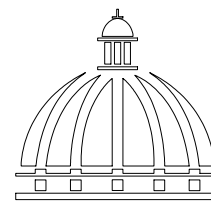

GOBIERNO DE LA
REPÚBLICA DOMINICANA

DIRECCION DE DESARROLLO
PROVINCIAL
DDP

Ave. Dr. Delgado, Esq. Moises García,
Gazcue, Sto. Dgo., R.D.
TEL.: (809)-364-2189 | FAX.: (809)- 688-1665
E-Mail: info@cpadp.gob.do

PROYECTO:
**CONSTRUCCIÓN CAMPO DE BÉISBOL LAS
TINA - 270 SECTOR LAS TINAS, D.M. YÁSICA
ARRIBA, - T270**

Mun. San Felipe de Puerto Plata, Provincial
Puerto Planta ,R.D.

EQUIPO DE TRABAJO:

DISEÑO ARQUITECTÓNICO
ARQ.

codia 00000

ENC. INGENIERÍA
ING. FIOR DALIZA BONIFACIO
codia 00000

ESTRUCTURAL
ING. Leopoldo Berroa
codia 00000

ELÉCTRICO
ING. Juan Pérez
codia 00000

HIDRO-SANITARIO
ING. Francis Estévez
codia 00000

SELLO DE APROBACIÓN:

FECHA: _____

CONTENIDO:

PLANTA ARQUITECTÓNICA



ESCALA:

1:75

SEPTIEMBRE 2026

NO. PÁGINA:

032

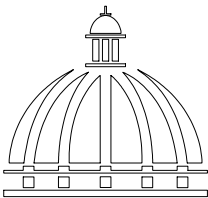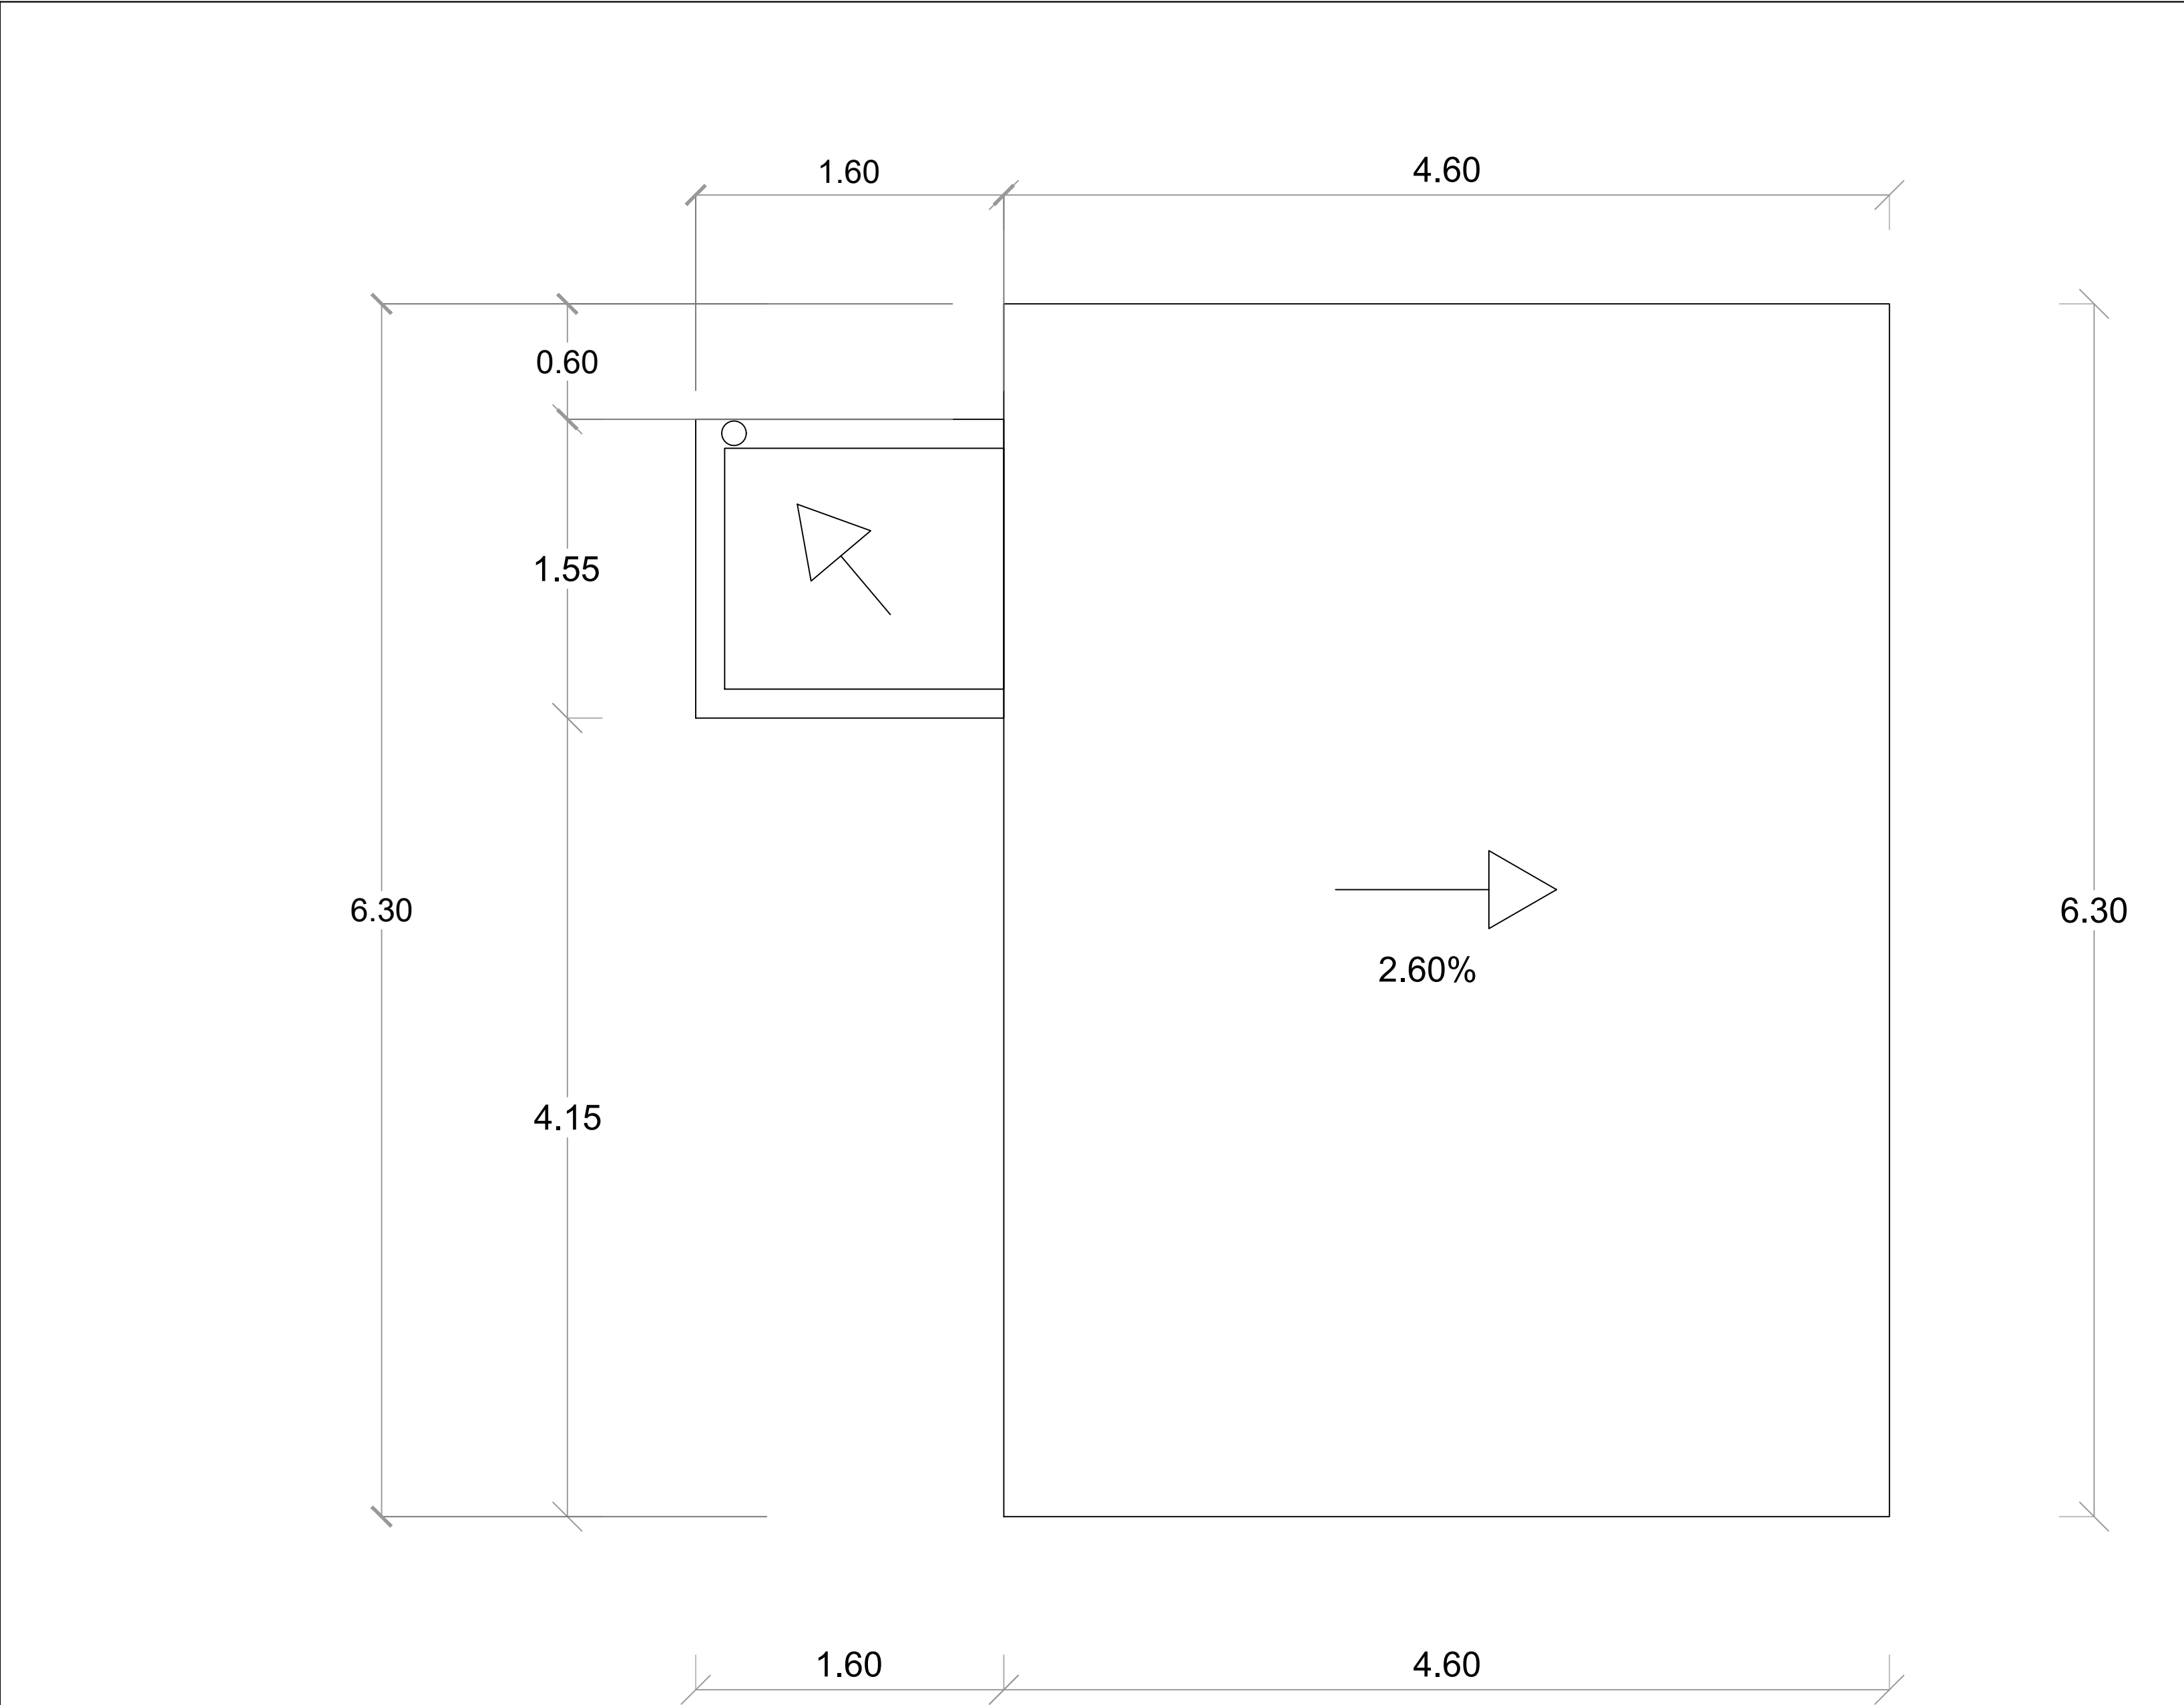

**DIRECCION DE DESARROLLO
PROVINCIAL
DDP**

Ave. Dr. Delgado, Esq. Moises García,
Gazcue, Sto. Dgo., R.D.
TEL.: (809)-364-2189 | FAX.: (809)- 688-1665
E-Mail: info@cpadp.gob.do

PROYECTO:
**CONSTRUCCIÓN CAMPO DE BÉISBOL LAS
TINA - 270 SECTOR LAS TINAS, D.M. YÁSICA
ARRIBA, - T270**

Mun. San Felipe de Puerto Plata, Provincial
Puerto Planta ,R.D.

EQUIPO DE TRABAJO:	
DISEÑO ARQUITECTÓNICO ARQ.	
ENC. INGENIERÍA ING. FIOR DALIZA BONIFACIO	
ESTRUCTURAL ING. Leopoldo Berroa	
ELÉCTRICO ING. Juan Pérez	
HIDRO-SANITARIO ING. Francis Estévez	

SELLO DE APROBACIÓN:

FECHA:

CONTENIDO:
PLANTA ARQUITECTÓNICA
DE TECHO- CAFETERIA

ESCALA:
1:25

SEPTIEMBRE 2026

NO. PÁGINA:
033

PROYECTO:
**CONSTRUCCIÓN CAMPO DE BÉISBOL LAS
TINA - 270 SECTOR LAS TINAS, D.M. YÁSICA
ARRIBA, - T270**

Mun. San Felipe de Puerto Plata, Provincial
Puerto Planta ,R.D.

EQUIPO DE TRABAJO:
DISEÑO ARQUITECTÓNICO
ARQ.
codia 00000

ENC. INGENIERÍA
ING. FIOR DALIZA BONIFACIO
codia 00000

ESTRUCTURAL
ING. Leopoldo Berroa
codia 00000

ELÉCTRICO
ING. Juan Pérez
codia 00000

HIDRO-SANITARIO
ING. Francis Estévez
codia 00000

SELLO DE APROBACIÓN:


FECHA:

CONTENIDO:
PLANTA ARQUITECTÓNICA
CAFETERÍA



ESCALA:
1:25

SEPTIEMBRE 2026

NO. PÁGINA:
034

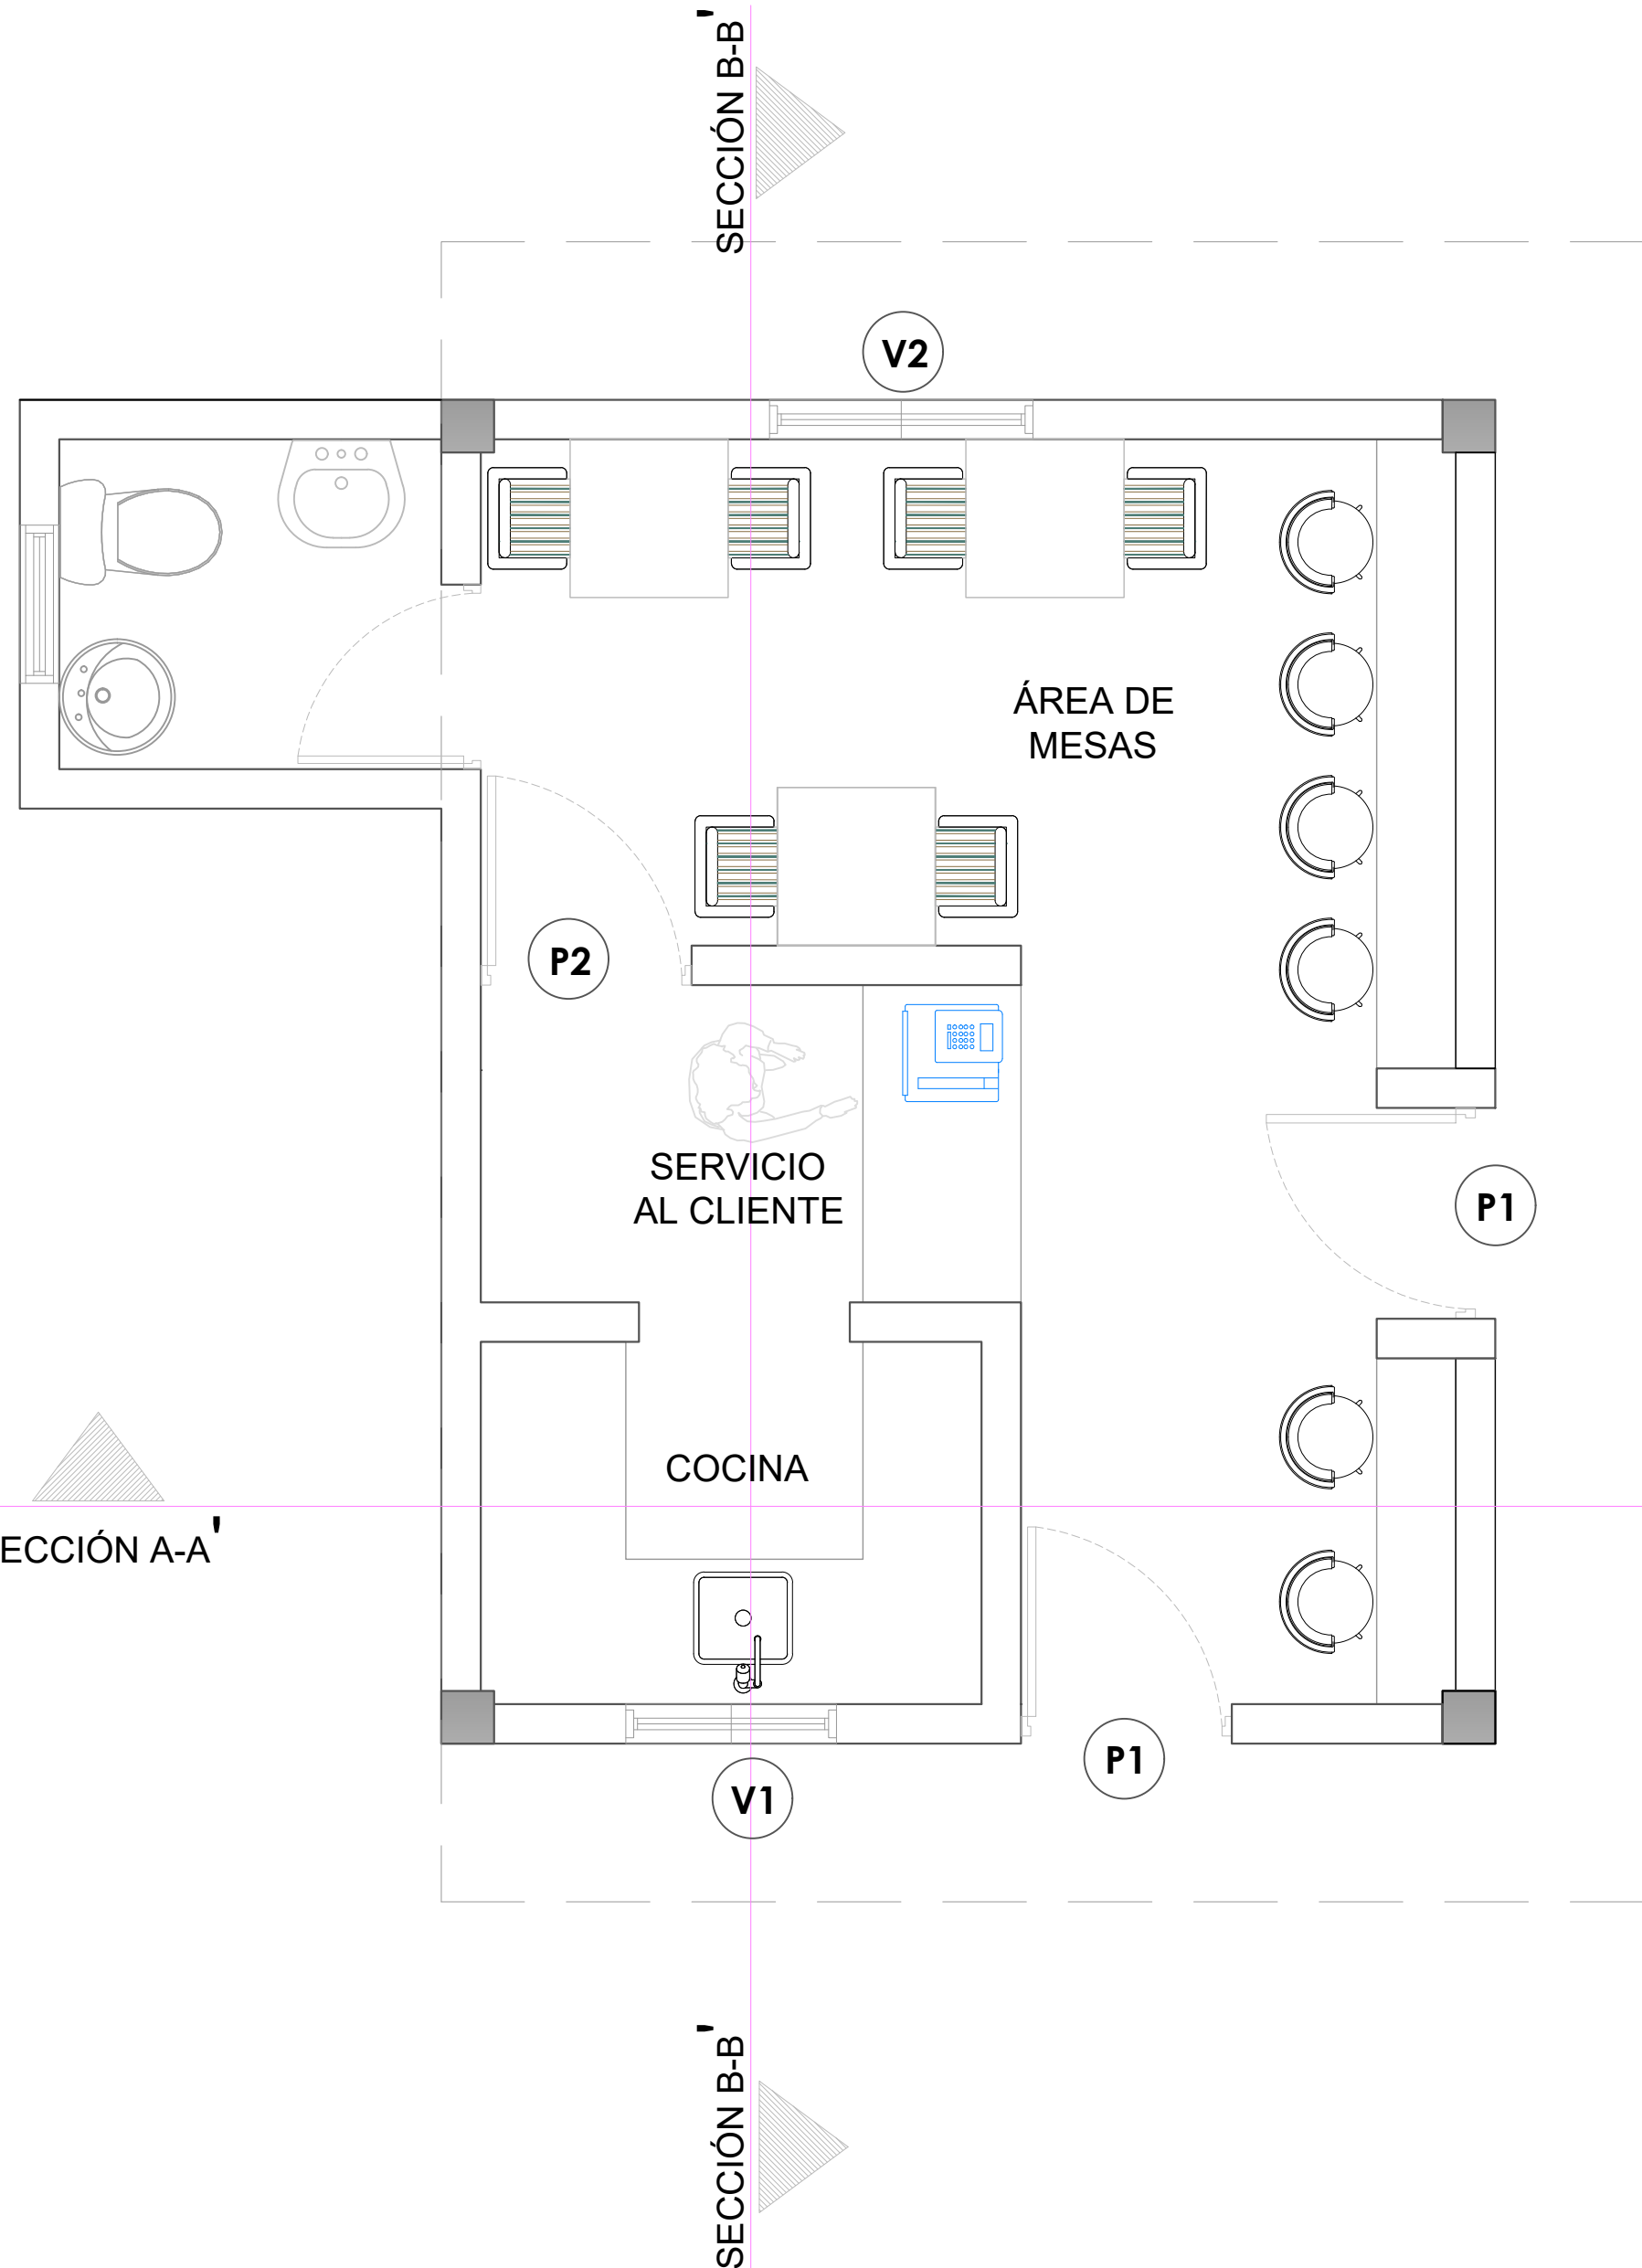

LEYENDA DE PUERTAS Y VENTANAS		
SIMBOLO	DESCRIPCION	CANTIDAD
V1	VENTANA DE CELOSIA METALICA Dim= 0.80m X 1.10m	1
V2	VENTANA DE CELOSIA METALICA Dim= 1.00m X 1.10m	1
P1	PUERTA COMERCIAL VIDRIO Y ALUMINIO Dim= 0.80 m X 2.10 m	2
P2	PUERTA POLIMETALICA Dim= 0.80 m X 2.10 m	1

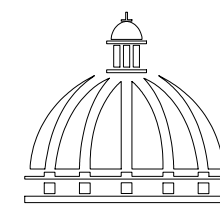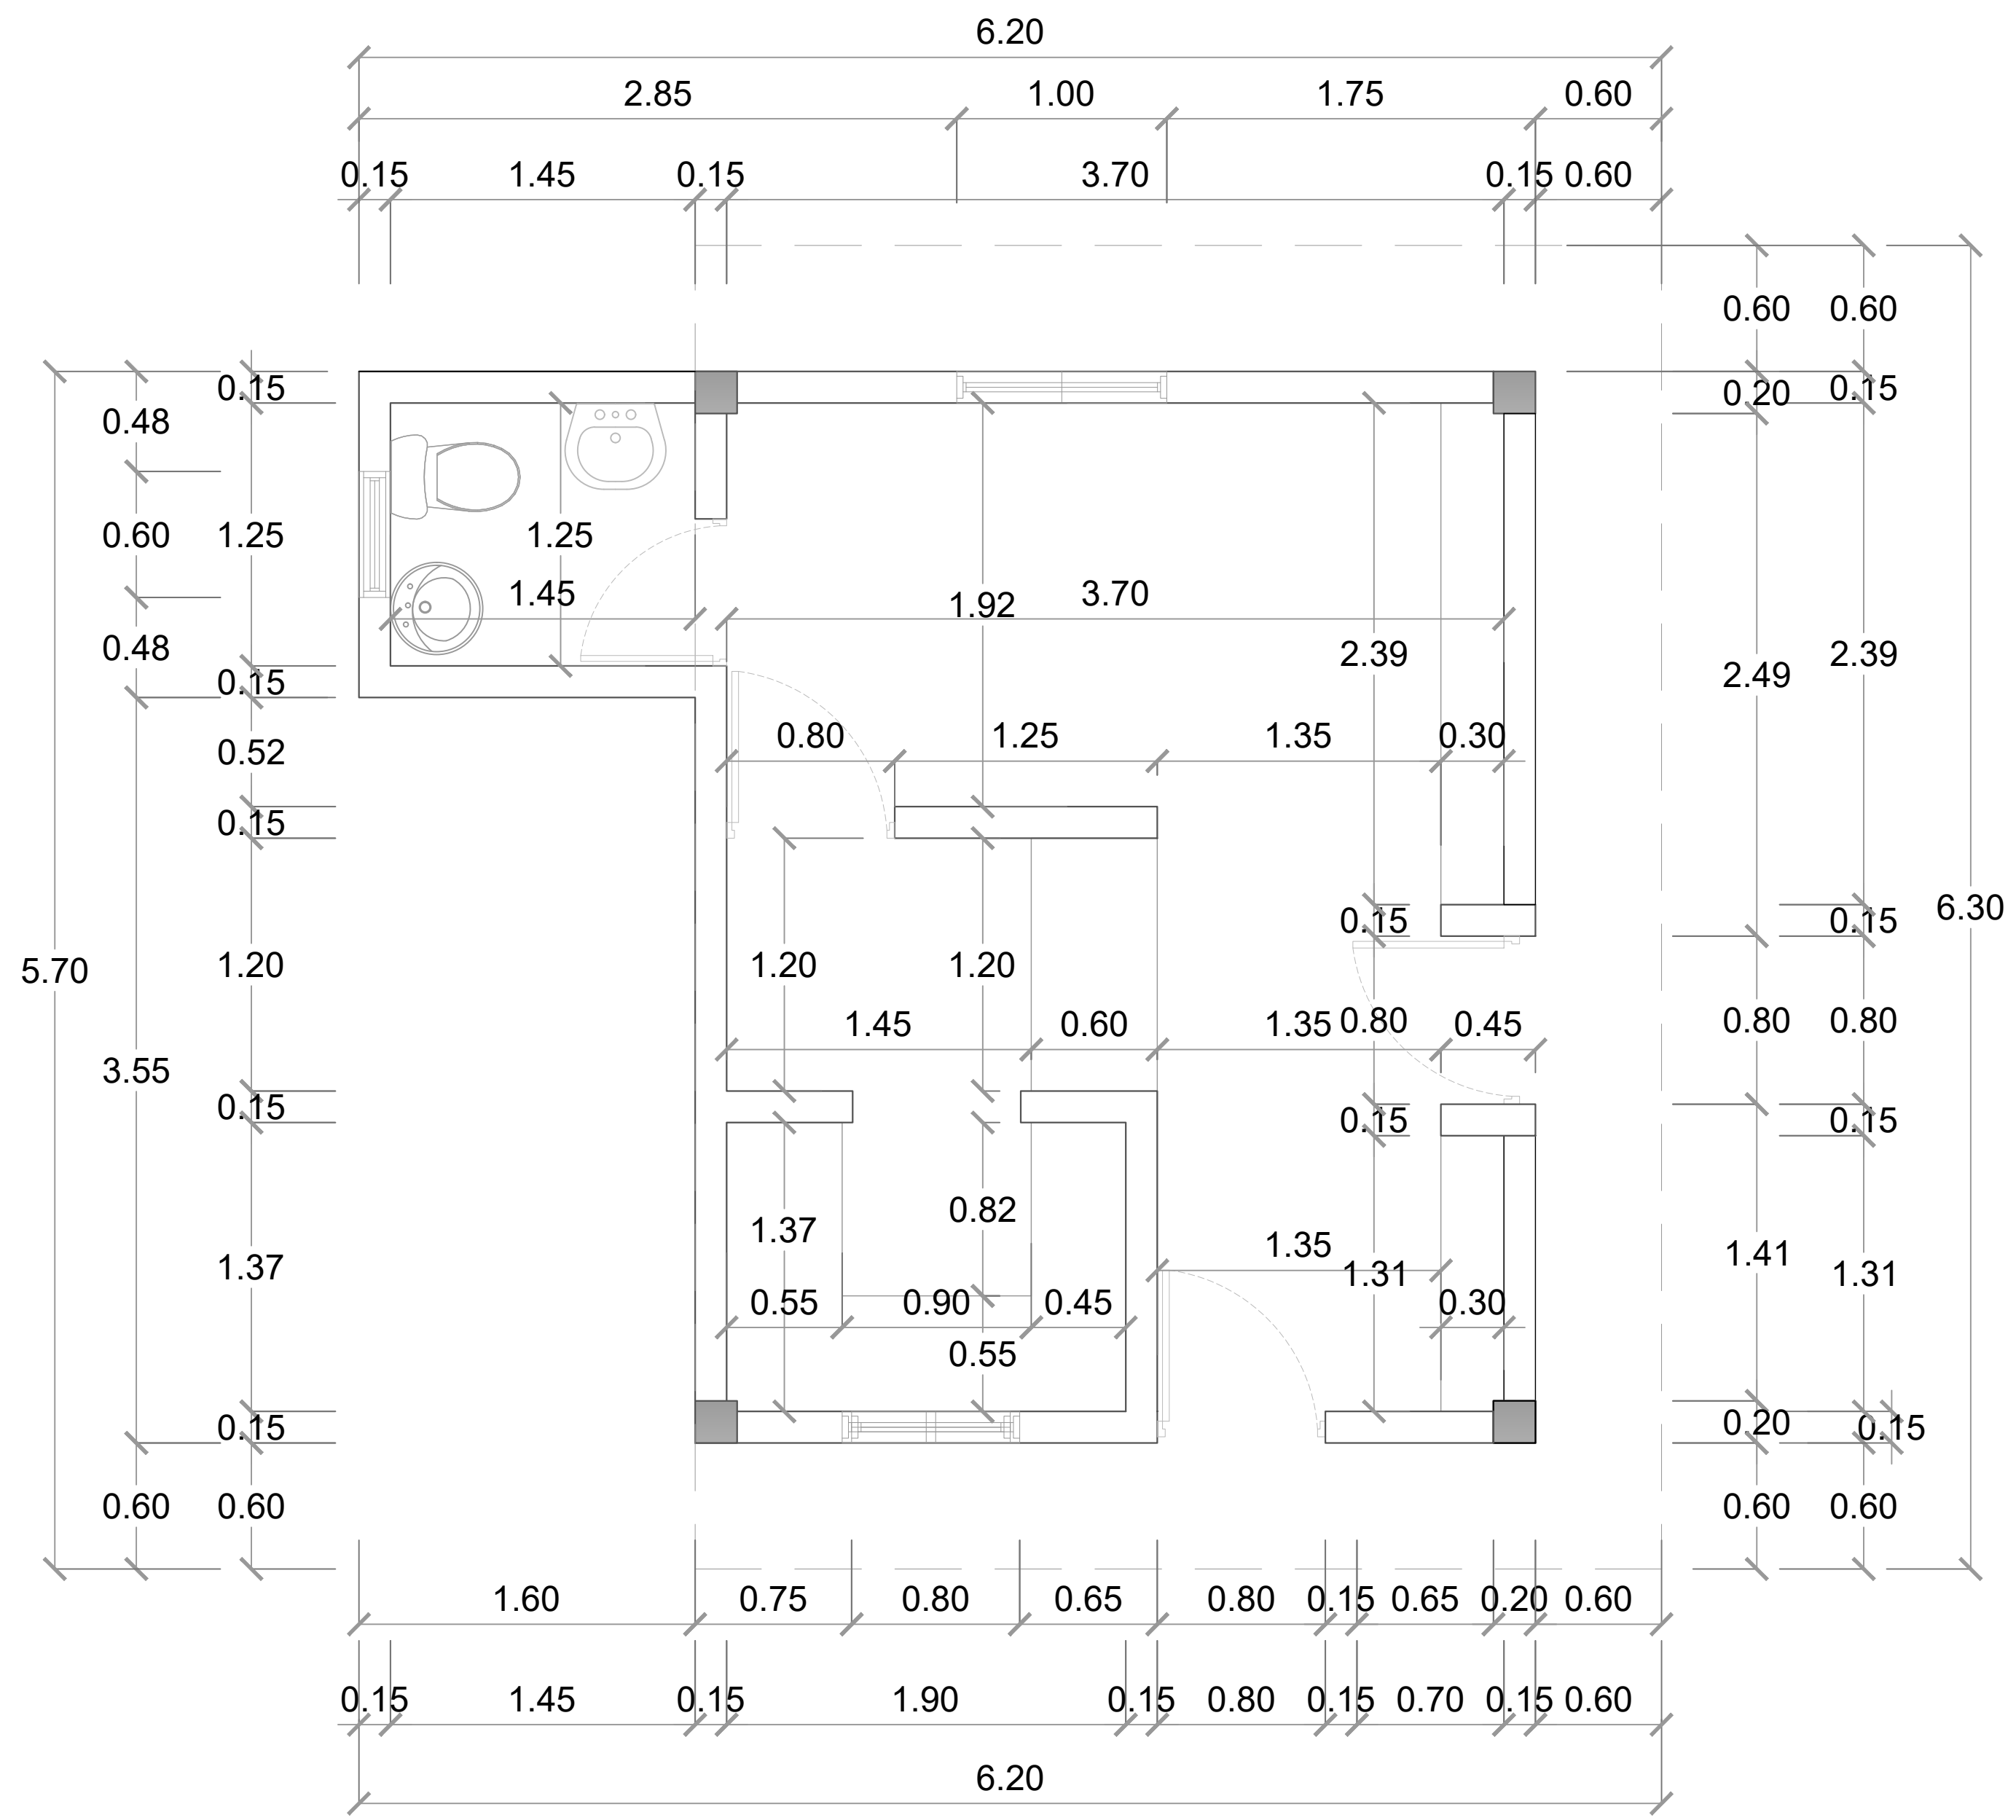

GOBIERNO DE LA
REPÚBLICA DOMINICANA

DIRECCION DE DESARROLLO
PROVINCIAL
DDP

Ave. Dr. Delgado, Esq. Moises García,
Gazcue, Sto. Dgo., R.D.
TEL.: (809)-364-2189 | FAX.: (809)- 688-1665
E-Mail: info@cpadp.gob.do

PROYECTO:
**CONSTRUCCIÓN CAMPO DE BÉISBOL LAS
TINA - 270 SECTOR LAS TINAS, D.M. YÁSICA
ARRIBA, - T270**

Mun. San Felipe de Puerto Plata, Provincial
Puerto Planta ,R.D.

EQUIPO DE TRABAJO:

DISEÑO ARQUITECTÓNICO
ARQ.

codia 00000

ENC. INGENIERÍA
ING. FIOR DALIZA BONIFACIO
codia 00000

ESTRUCTURAL
ING. Leopoldo Berroa
codia 00000

ELÉCTRICO
ING. Juan Pérez
codia 00000

HIDRO-SANITARIO
ING. Francis Estévez
codia 00000

SELLO DE APROBACIÓN:

FECHA:

CONTENIDO:
PLANTA DIMENSIONADA


ESCALA:

1:25


SEPTIEMBRE 2026

NO. PÁGINA:

035

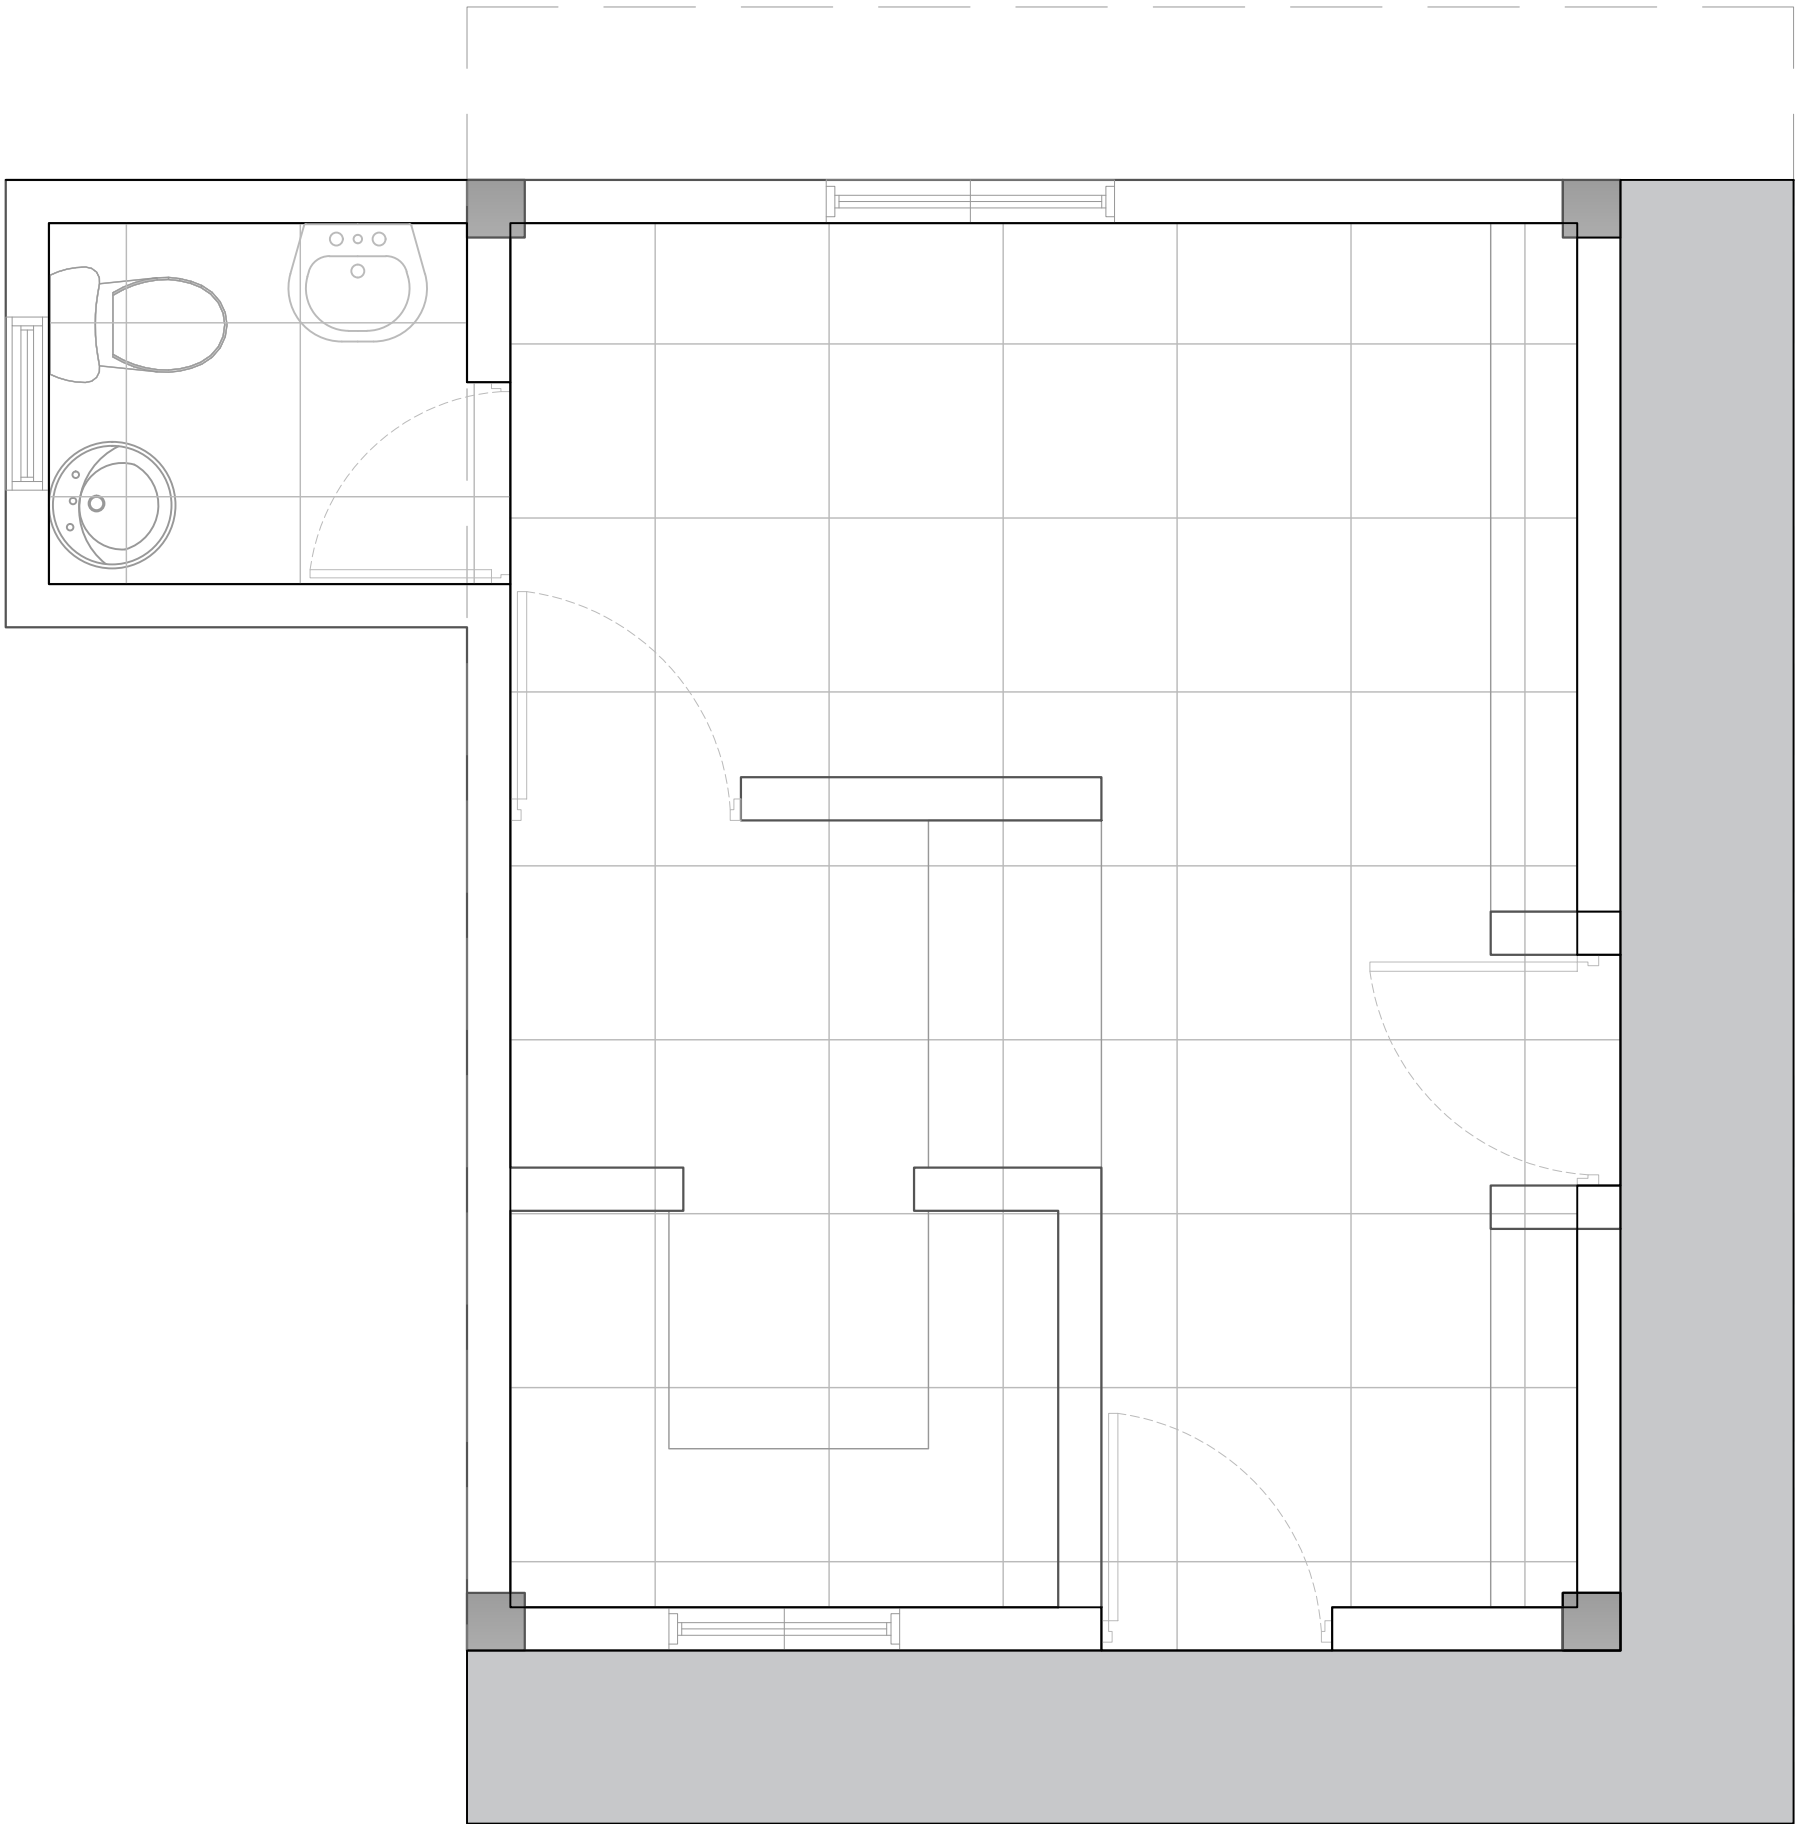

LEYENDA DE PISO		
SIMBOLO	DESCRIPCIÓN	CANTIDAD
	HORMIGÓN	5.82 m2
	PORCELANATO CREMA 0.60 M X 0.60M	20.00 m2

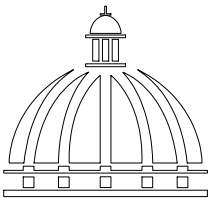

GOBIERNO DE LA
REPÚBLICA DOMINICANA

DIRECCION DE DESARROLLO
PROVINCIAL
DDP

Ave. Dr. Delgado, Esq. Moises García,
Gazcue, Sto. Dgo., R.D.
TEL.: (809)-364-2189 | FAX.: (809)- 688-1665
E-Mail: info@cpadp.gob.do

PROYECTO:
CONSTRUCCIÓN CAMPO DE BÉISBOL LAS
TINA - 270 SECTOR LAS TINAS, D.M. YÁSICA
ARRIBA, - T270

Mun. San Felipe de Puerto Plata, Provincial
Puerto Planta ,R.D.

EQUIPO DE TRABAJO:

DISEÑO ARQUITECTÓNICO
ARQ. _____
codia 00000 _____

ENC. INGENIERÍA
ING. _____
codia 00000 _____

ESTRUCTURAL
ING. _____
codia 00000 _____

ELÉCTRICO
ING. _____
codia 00000 _____

HIDRO-SANITARIO
ING. _____
codia 00000 _____

SELLO DE APROBACIÓN:

FECHA: _____

CONTENIDO:

PLANTA ARQUITECTÓNICA
DE PISO- CAFETERIA


ESCALA:

1:25


SEPTIEMBRE 2026

NO. PÁGINA:


036

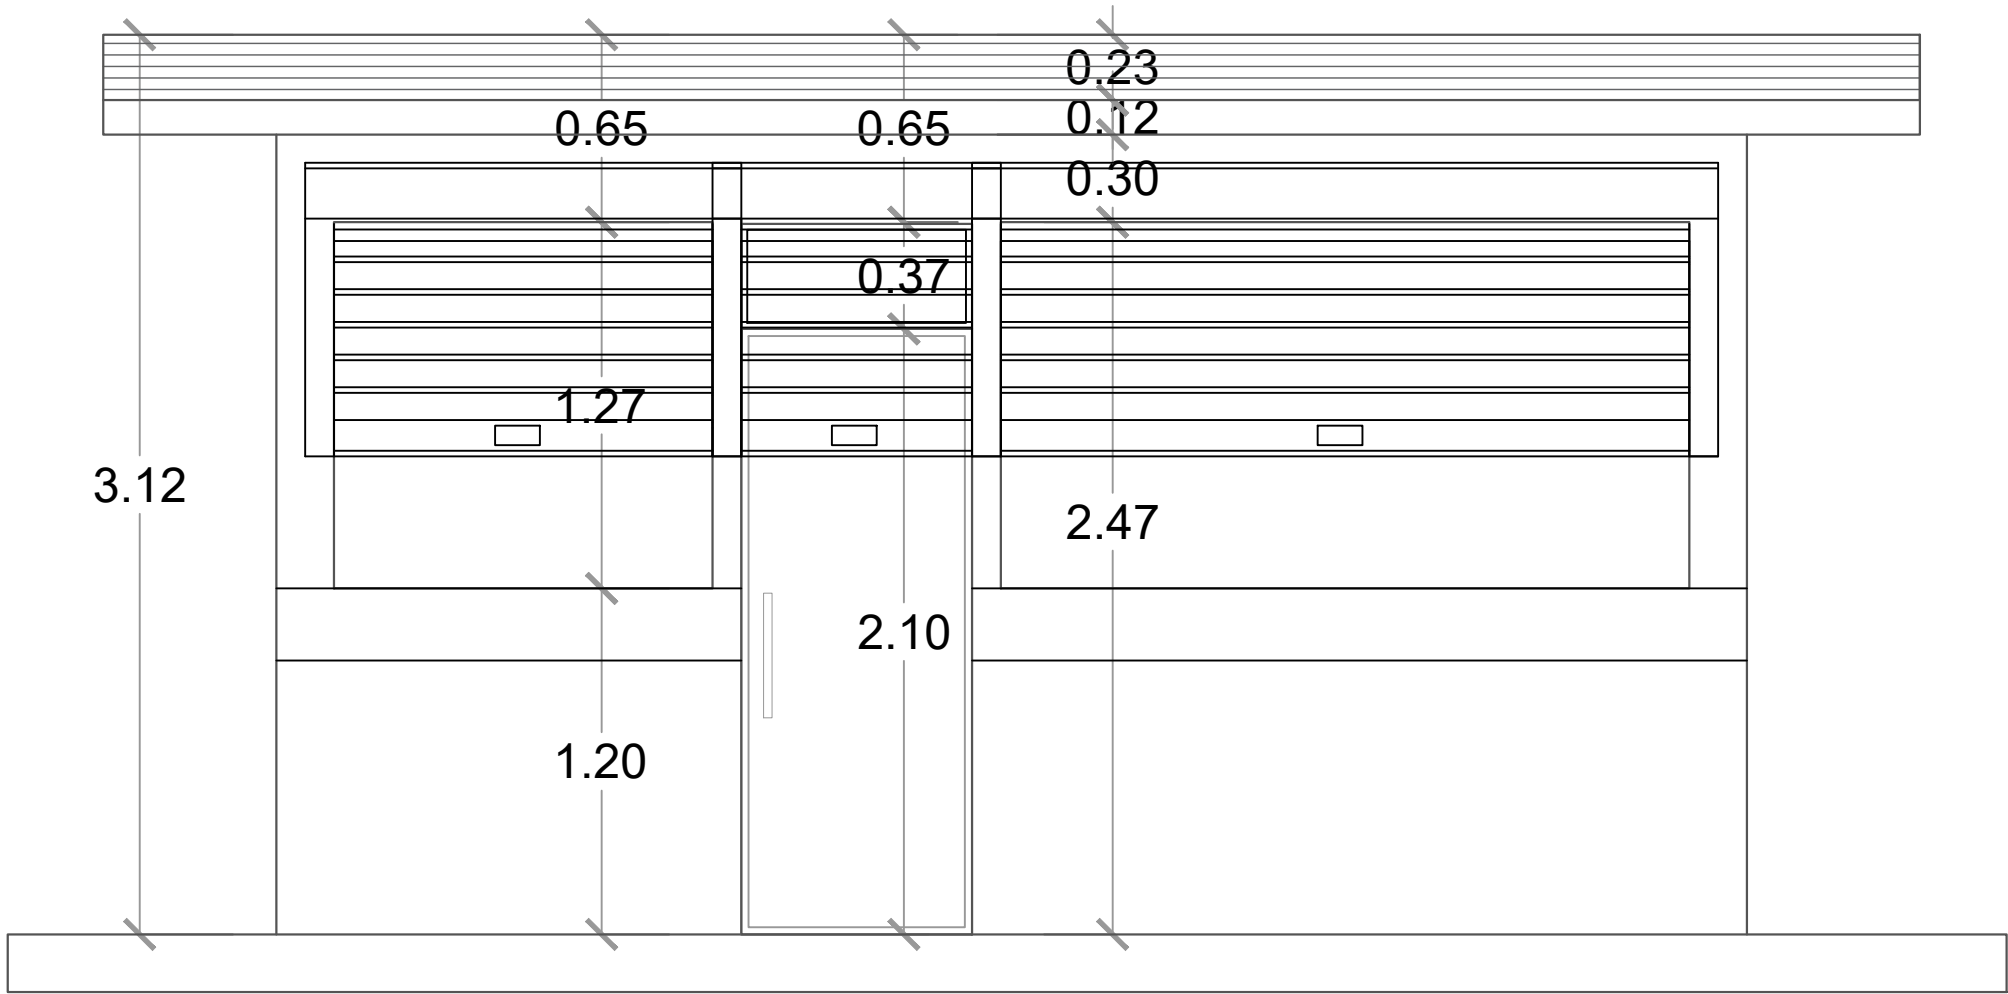

ELEVACIÓN FRONTAL - CAFETERÍA
ESC. 1:20

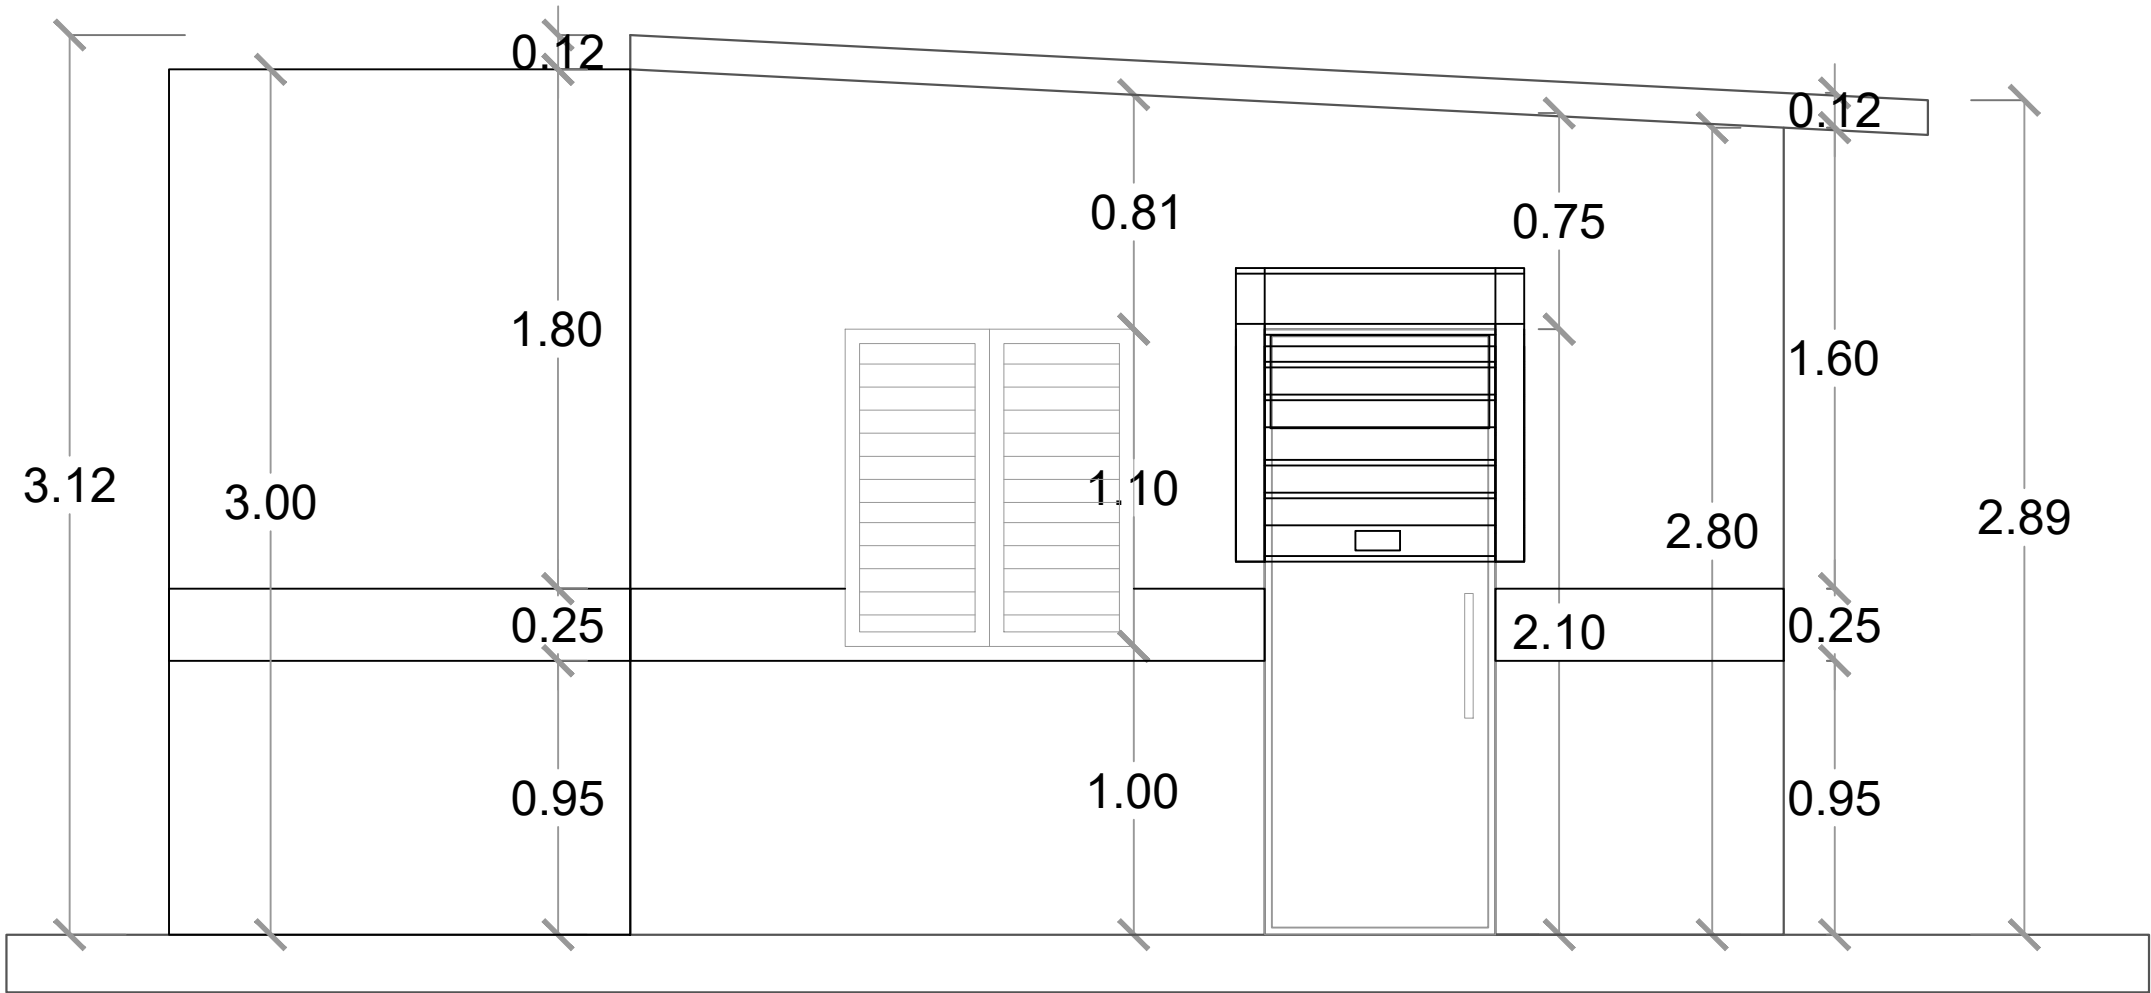

ELEVACIÓN LATERAL DERECHA - CAFETERÍA
ESC. 1:20

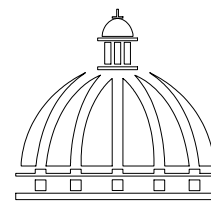

GOBIERNO DE LA
REPÚBLICA DOMINICANA

DIRECCION DE DESARROLLO
PROVINCIAL
DDP

Ave. Dr. Delgado, Esq. Moises García,
Gazcue, Sto. Dgo., R.D.
TEL.: (809)-364-2189 | FAX.: (809)- 688-1665
E-Mail: info@cpadp.gob.do

PROYECTO:
**CONSTRUCCIÓN CAMPO DE BÉISBOL LAS
TINA - 270 SECTOR LAS TINAS, D.M. YÁSICA
ARRIBA, - T270**

Mun. San Felipe de Puerto Plata, Provincial
Puerto Planta ,R.D.

EQUIPO DE TRABAJO:

DISEÑO ARQUITECTÓNICO
ARQ.
codia 00000

ENC. INGENIERÍA
ING.
codia 00000

ESTRUCTURAL
ING.
codia 00000

ELÉCTRICO
ING.
codia 00000

HIDRO-SANITARIO
ING.
codia 00000

SELLO DE APROBACIÓN:

FECHA:


CONTENIDO:
ELEVACIONES - CAFETERIA

ESCALA:
1:25


SEPTIEMBRE 2026

NO. PÁGINA:

037

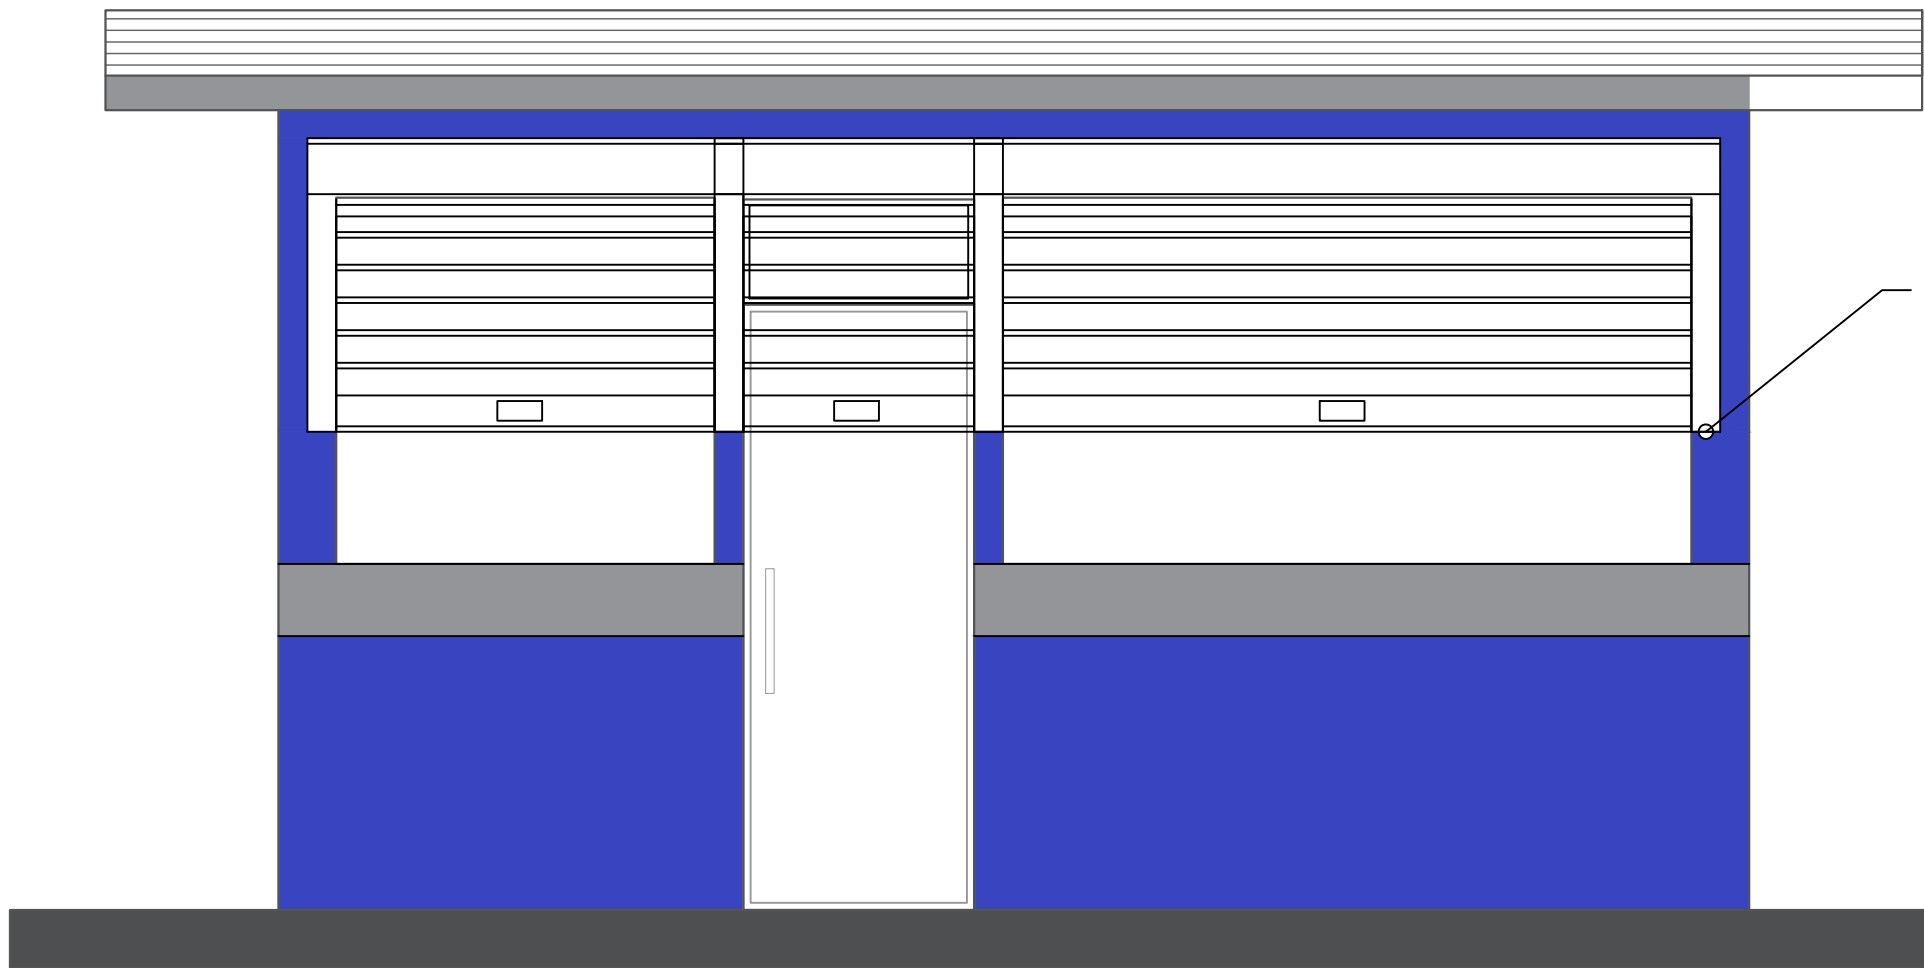


ELEVACIÓN FRONTAL - CAFETERÍA
ESC. 1:20

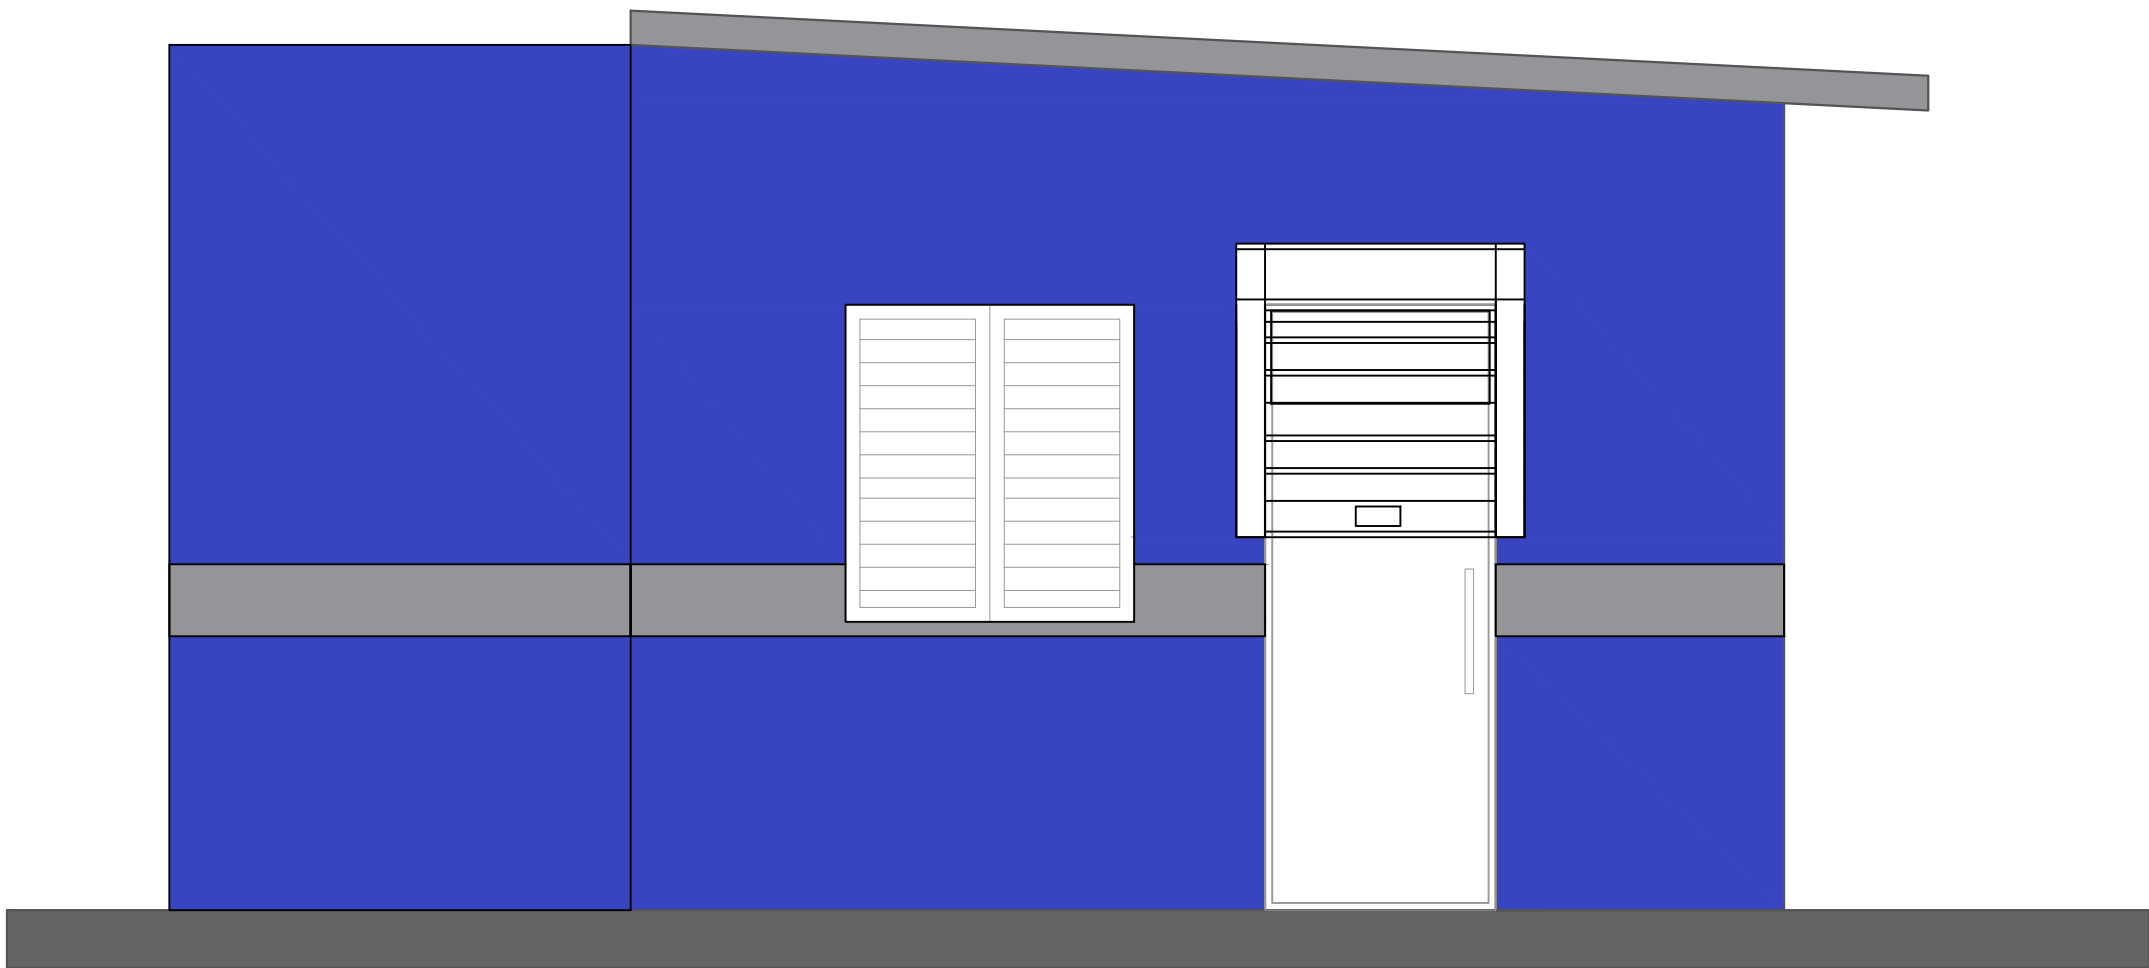

ELEVACIÓN LATERAL DERECHA - CAFETERÍA
ESC. 1:20

- Nota: Estos colores son una simulación
- Paredes exteriores, azul positivo 93 Pinturas Tropical
 - Techo y interior, Blanco 00 Pinturas Popular
 - Detalles, Gris 59 Pinturas Popular

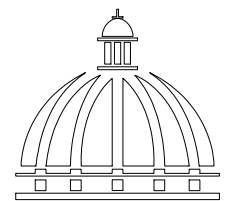

GOBIERNO DE LA
REPÚBLICA DOMINICANA

DIRECCION DE DESARROLLO
PROVINCIAL
DDP

Ave. Dr. Delgado, Esq. Moises García,
Gazcue, Sto. Dgo., R.D.
TEL.: (809)-364-2189 | FAX.: (809)- 688-1665
E-Mail: info@cpadp.gob.do

PROYECTO:

CONSTRUCCIÓN CAMPO DE BÉISBOL LAS
TINA - 270 SECTOR LAS TINAS, D.M. YÁSICA
ARRIBA, - T270

Mun. San Felipe de Puerto Plata, Provincial
Puerto Planta ,R.D.

EQUIPO DE TRABAJO:

DISEÑO ARQUITECTÓNICO
ARQ.

codia 00000

ENC. INGENIERÍA
ING.

codia 00000

ESTRUCTURAL
ING.

codia 00000

ELÉCTRICO
ING.

codia 00000

HIDRO-SANITARIO
ING.

codia 00000

SELLO DE APROBACIÓN:

FECHA:

CONTENIDO:

ELEVACIONES CON TECNICA
CAFETERIA

ESCALA:

1:25

SEPTIEMBRE 2026

NO. PÁGINA:

038

PROYECTO:
**CONSTRUCCIÓN CAMPO DE BÉISBOL LAS
TINA - 270 SECTOR LAS TINAS, D.M. YÁSICA
ARRIBA, - T270**

Mun. San Felipe de Puerto Plata, Provincial
Puerto Planta ,R.D.

EQUIPO DE TRABAJO:

DISEÑO ARQUITECTÓNICO
ARQ.

codia 00000

ENC. INGENIERÍA
ING. FIOR DALIZA BONIFACIO
codia 00000

ESTRUCTURAL
ING.

codia 00000

ELÉCTRICO
ING.

codia 00000

HIDRO-SANITARIO
ING. F

codia 00000

SELLO DE APROBACIÓN:

FECHA: _____

CONTENIDO:

SECCIONES CAFETERIA



ESCALA:

1:25

SEPTIEMBRE 2026



NO. PÁGINA:

039

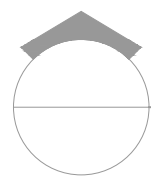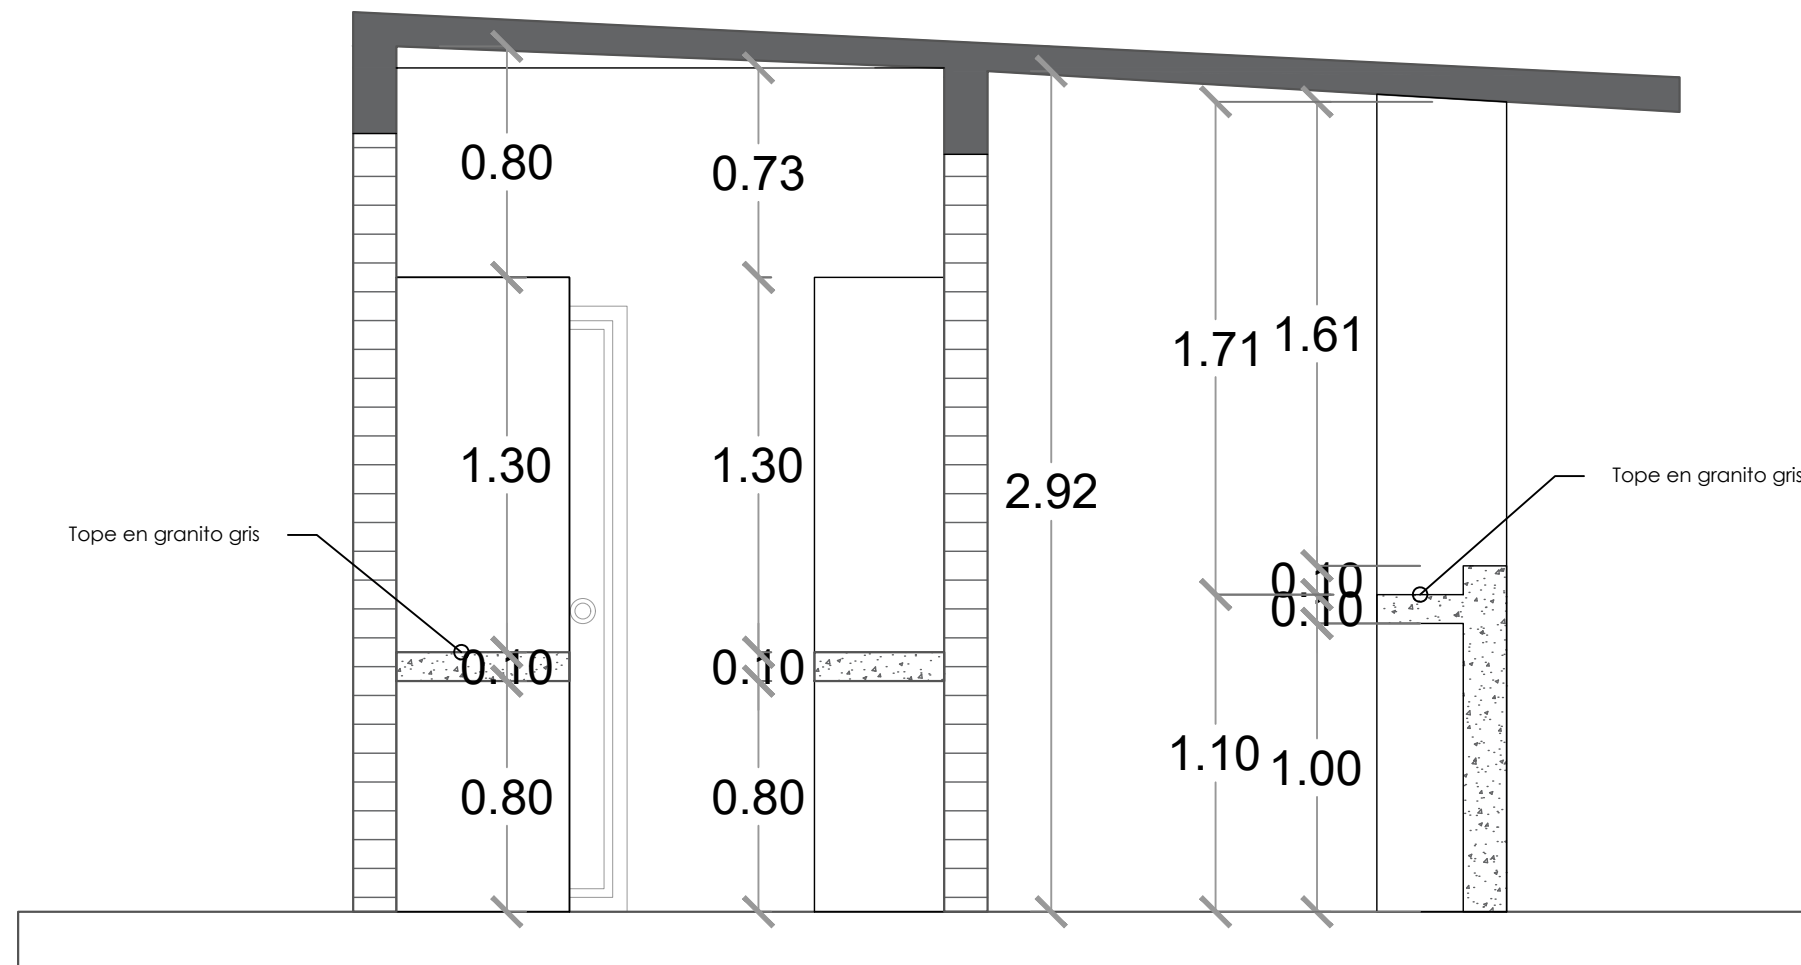


SECCIÓN A-A

ESC. 1:20

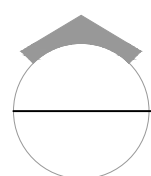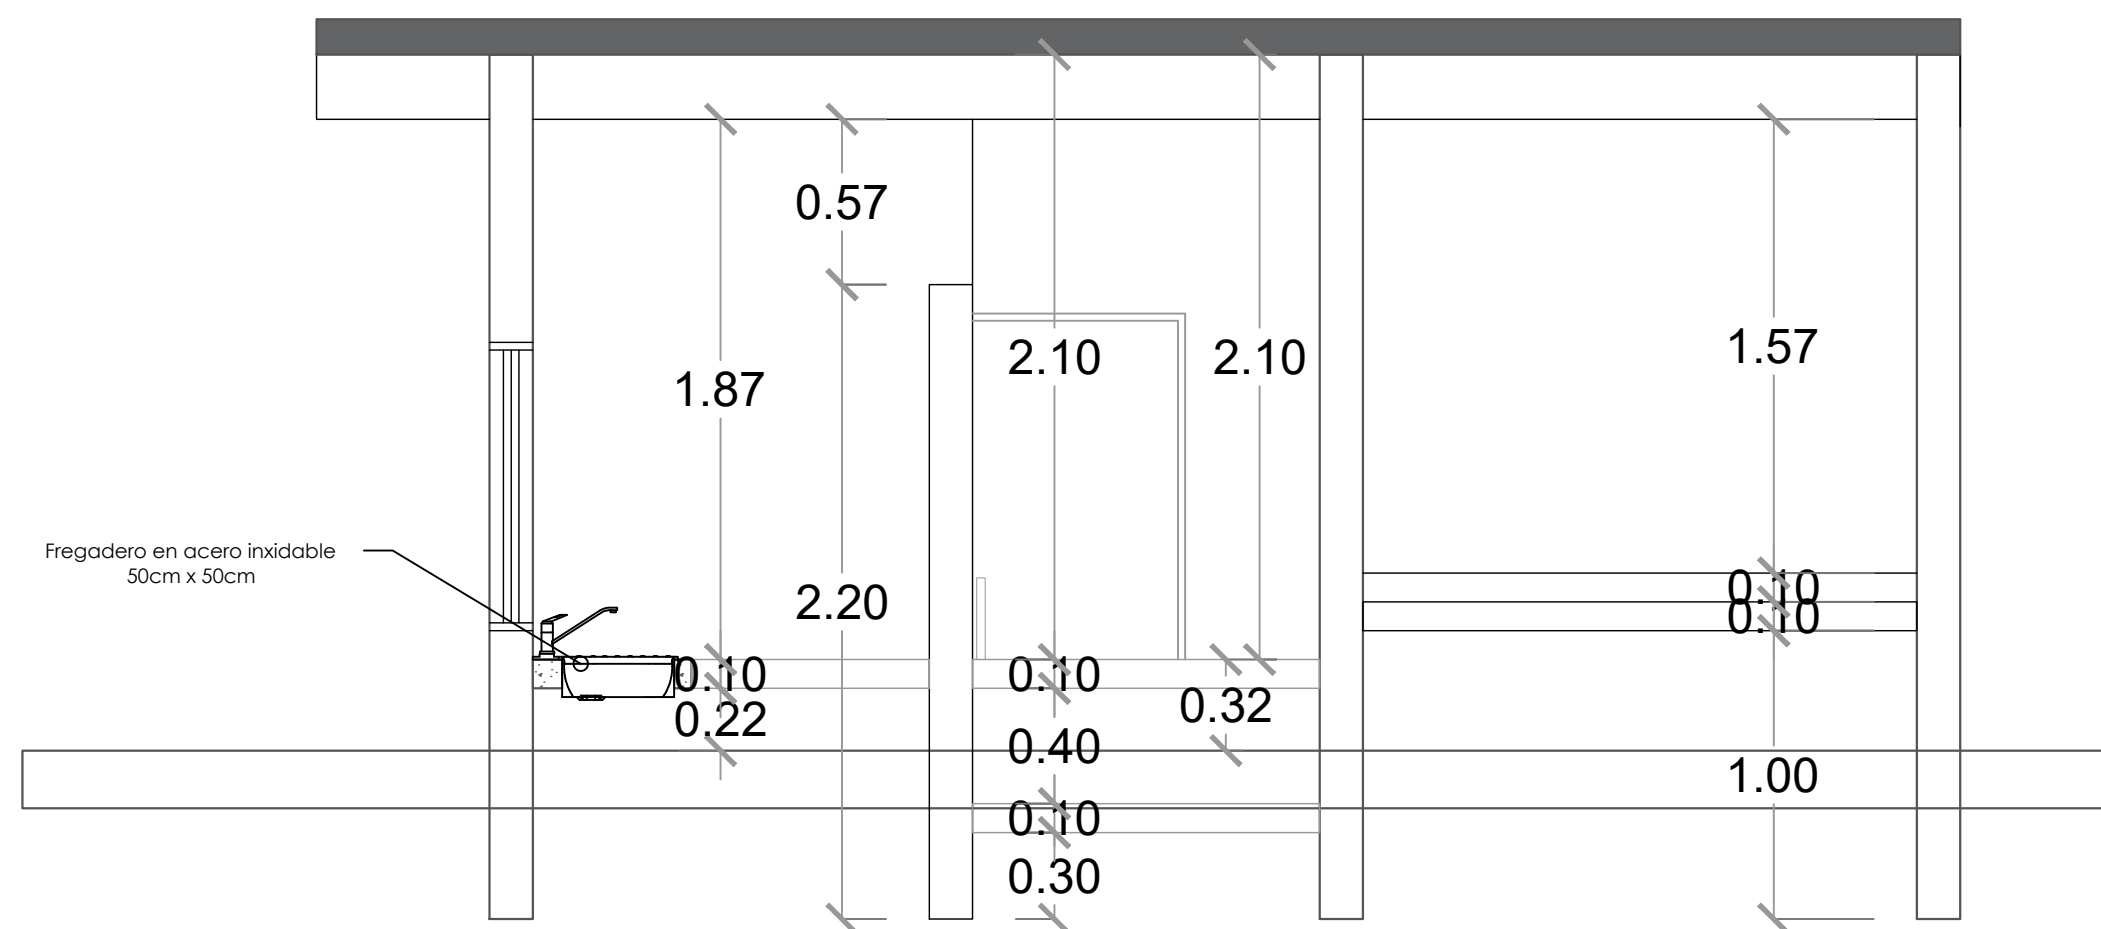


SECCIÓN B-B

ESC. 1:20

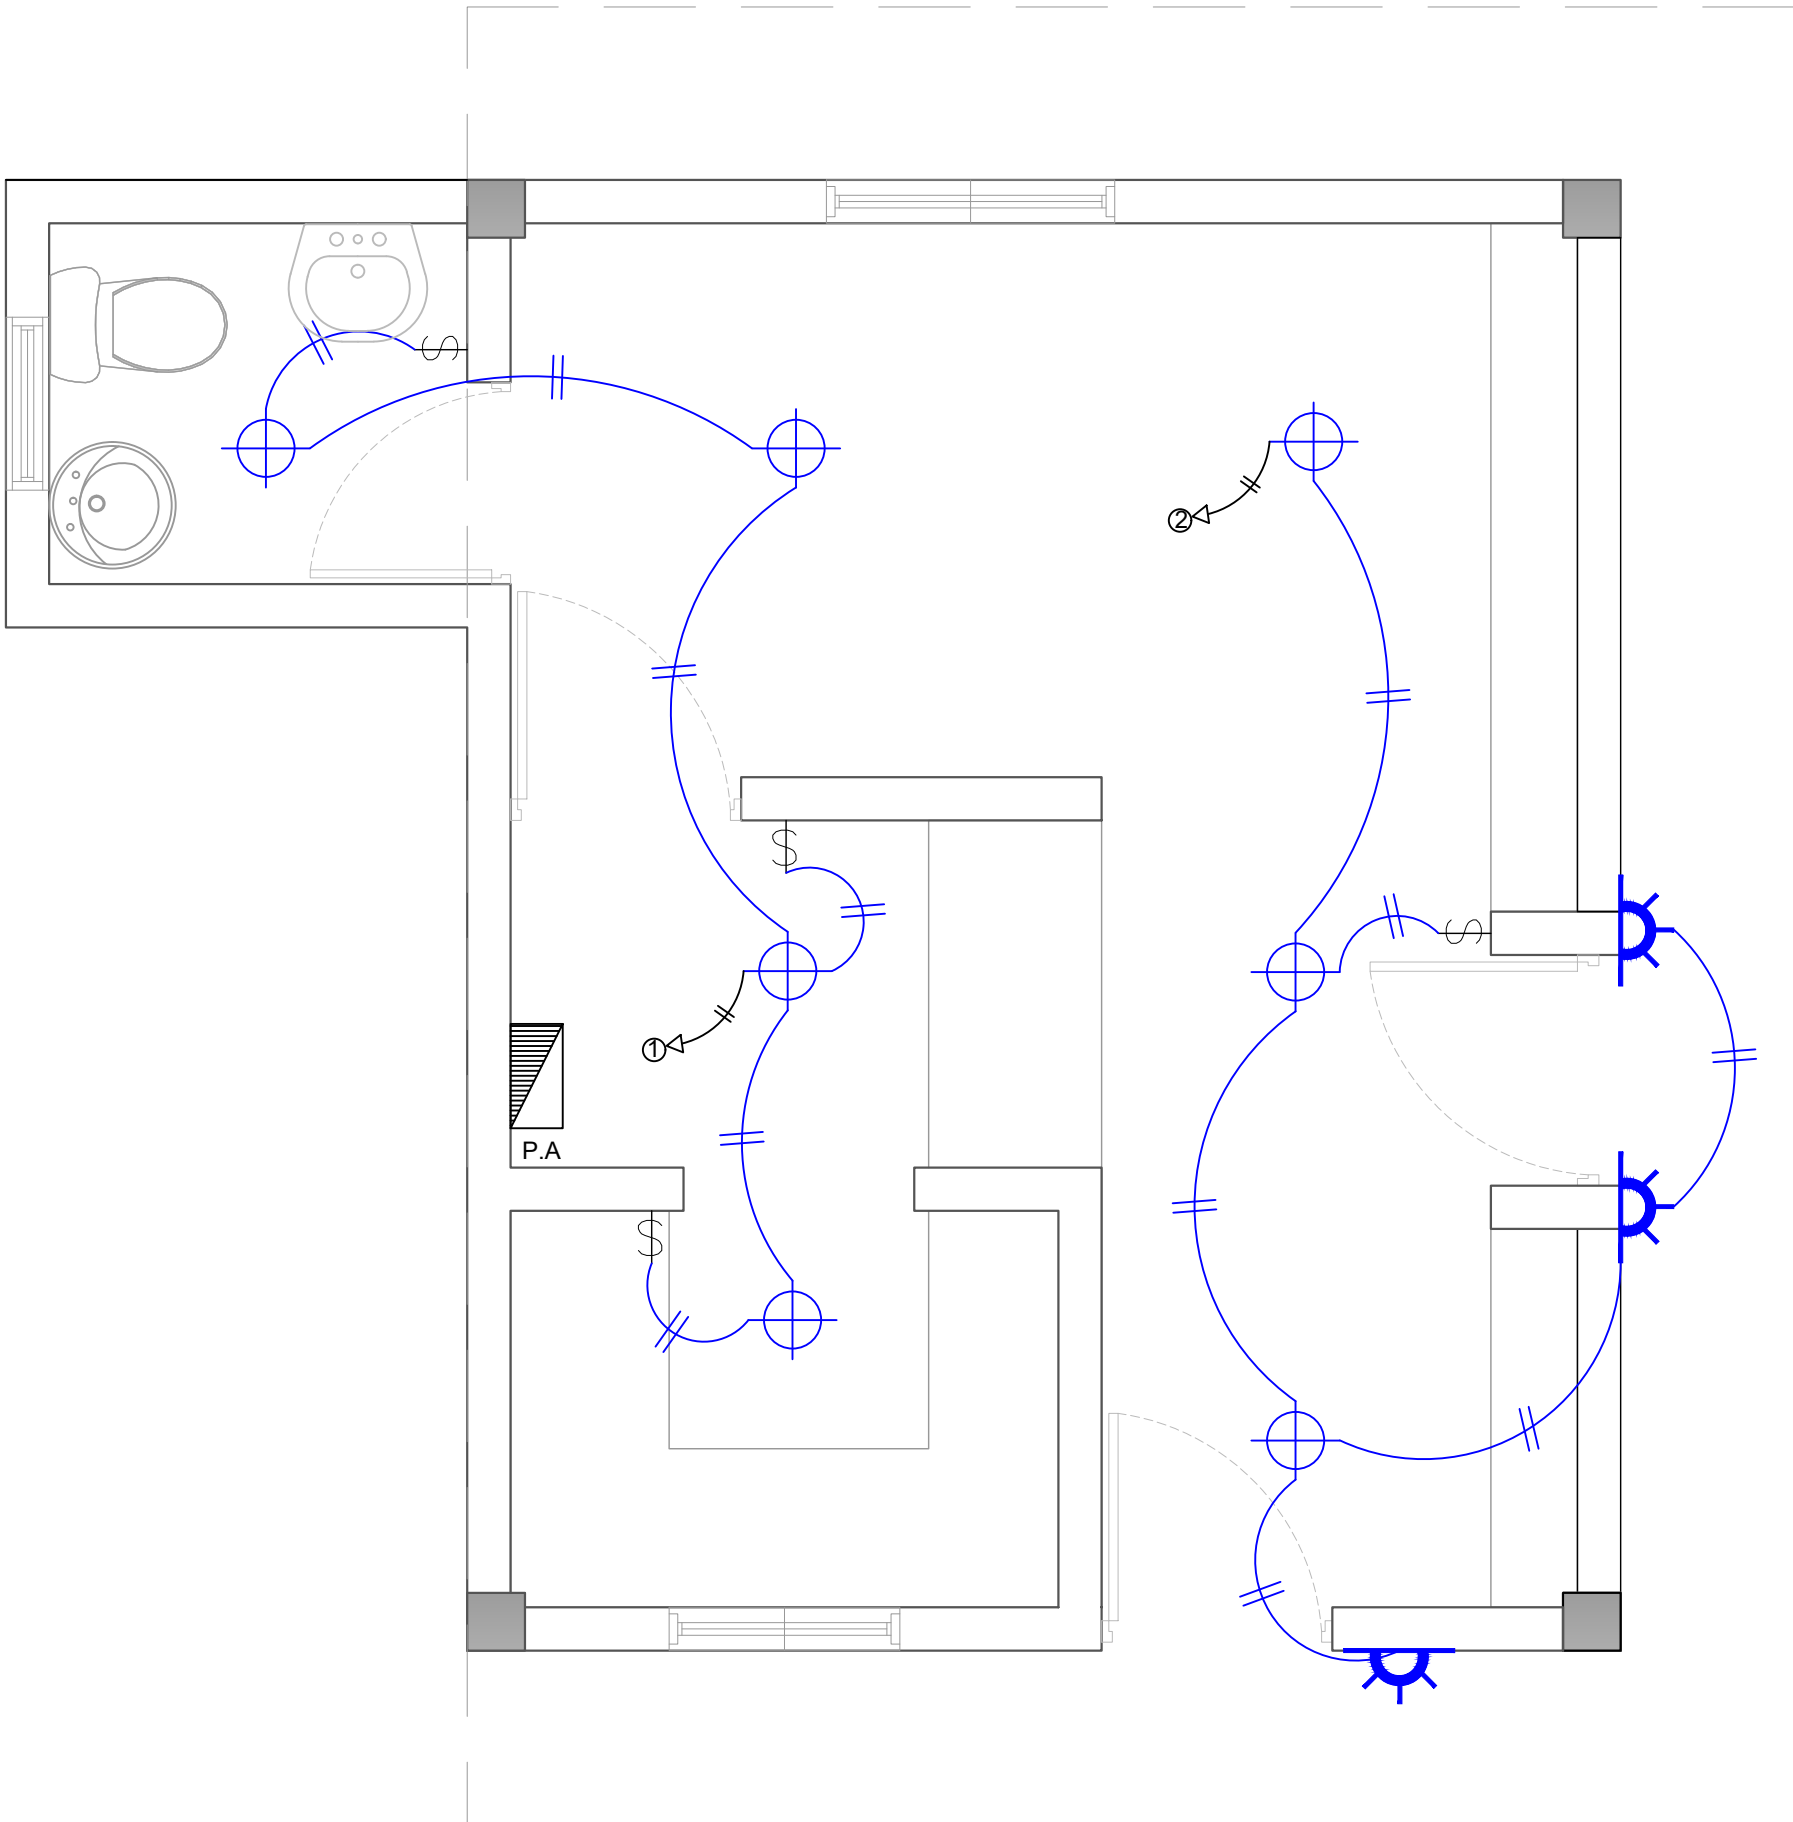

LEYENDA	
SIMBOLOGÍA	NOMBRE
	Luces de Techo
	Luces colgante tipo campana
	Lampara flour 4x4
	Lampara flour 2x4
	Luces de Pared
	Interruptores sencillo, 15A, 120V
	Interruptores doble, 15A, 120V
	Interruptores triple, 15A, 120V
	Interruptores 3 Way, 15A, 120V
	Interruptores 4 Way, 15A, 120V
	Interruptores Con luz piloto, 15A, 120V
	Luces en Poste
	Luces de Estadio
	Toma Corriente 120V, Doble, 20A
	Toma Corriente 240V, Sencillo, 30A
	Toma Corriente 120 de UPS, Doble, 20A
	Teléfono
	Antena de Televisión
	Data
	Hacia el Panel con 2 hilos
	Hacia el Panel con 3 hilos
	Tubería Empotrada en Losa
	Tubería Empotrada en Tierra
	Panel de Distribución Eléctrica
	Panel Board
	Breaker
	Registro
	Medidor o contador
	Transformador
	Abanico de Techo
	Equipos Eléctricos
	Transfer Switch
	Módulo de Contador
	Enclosed Breaker
	Tubería Empotrada con 3 hilos
	Inversor, UPS

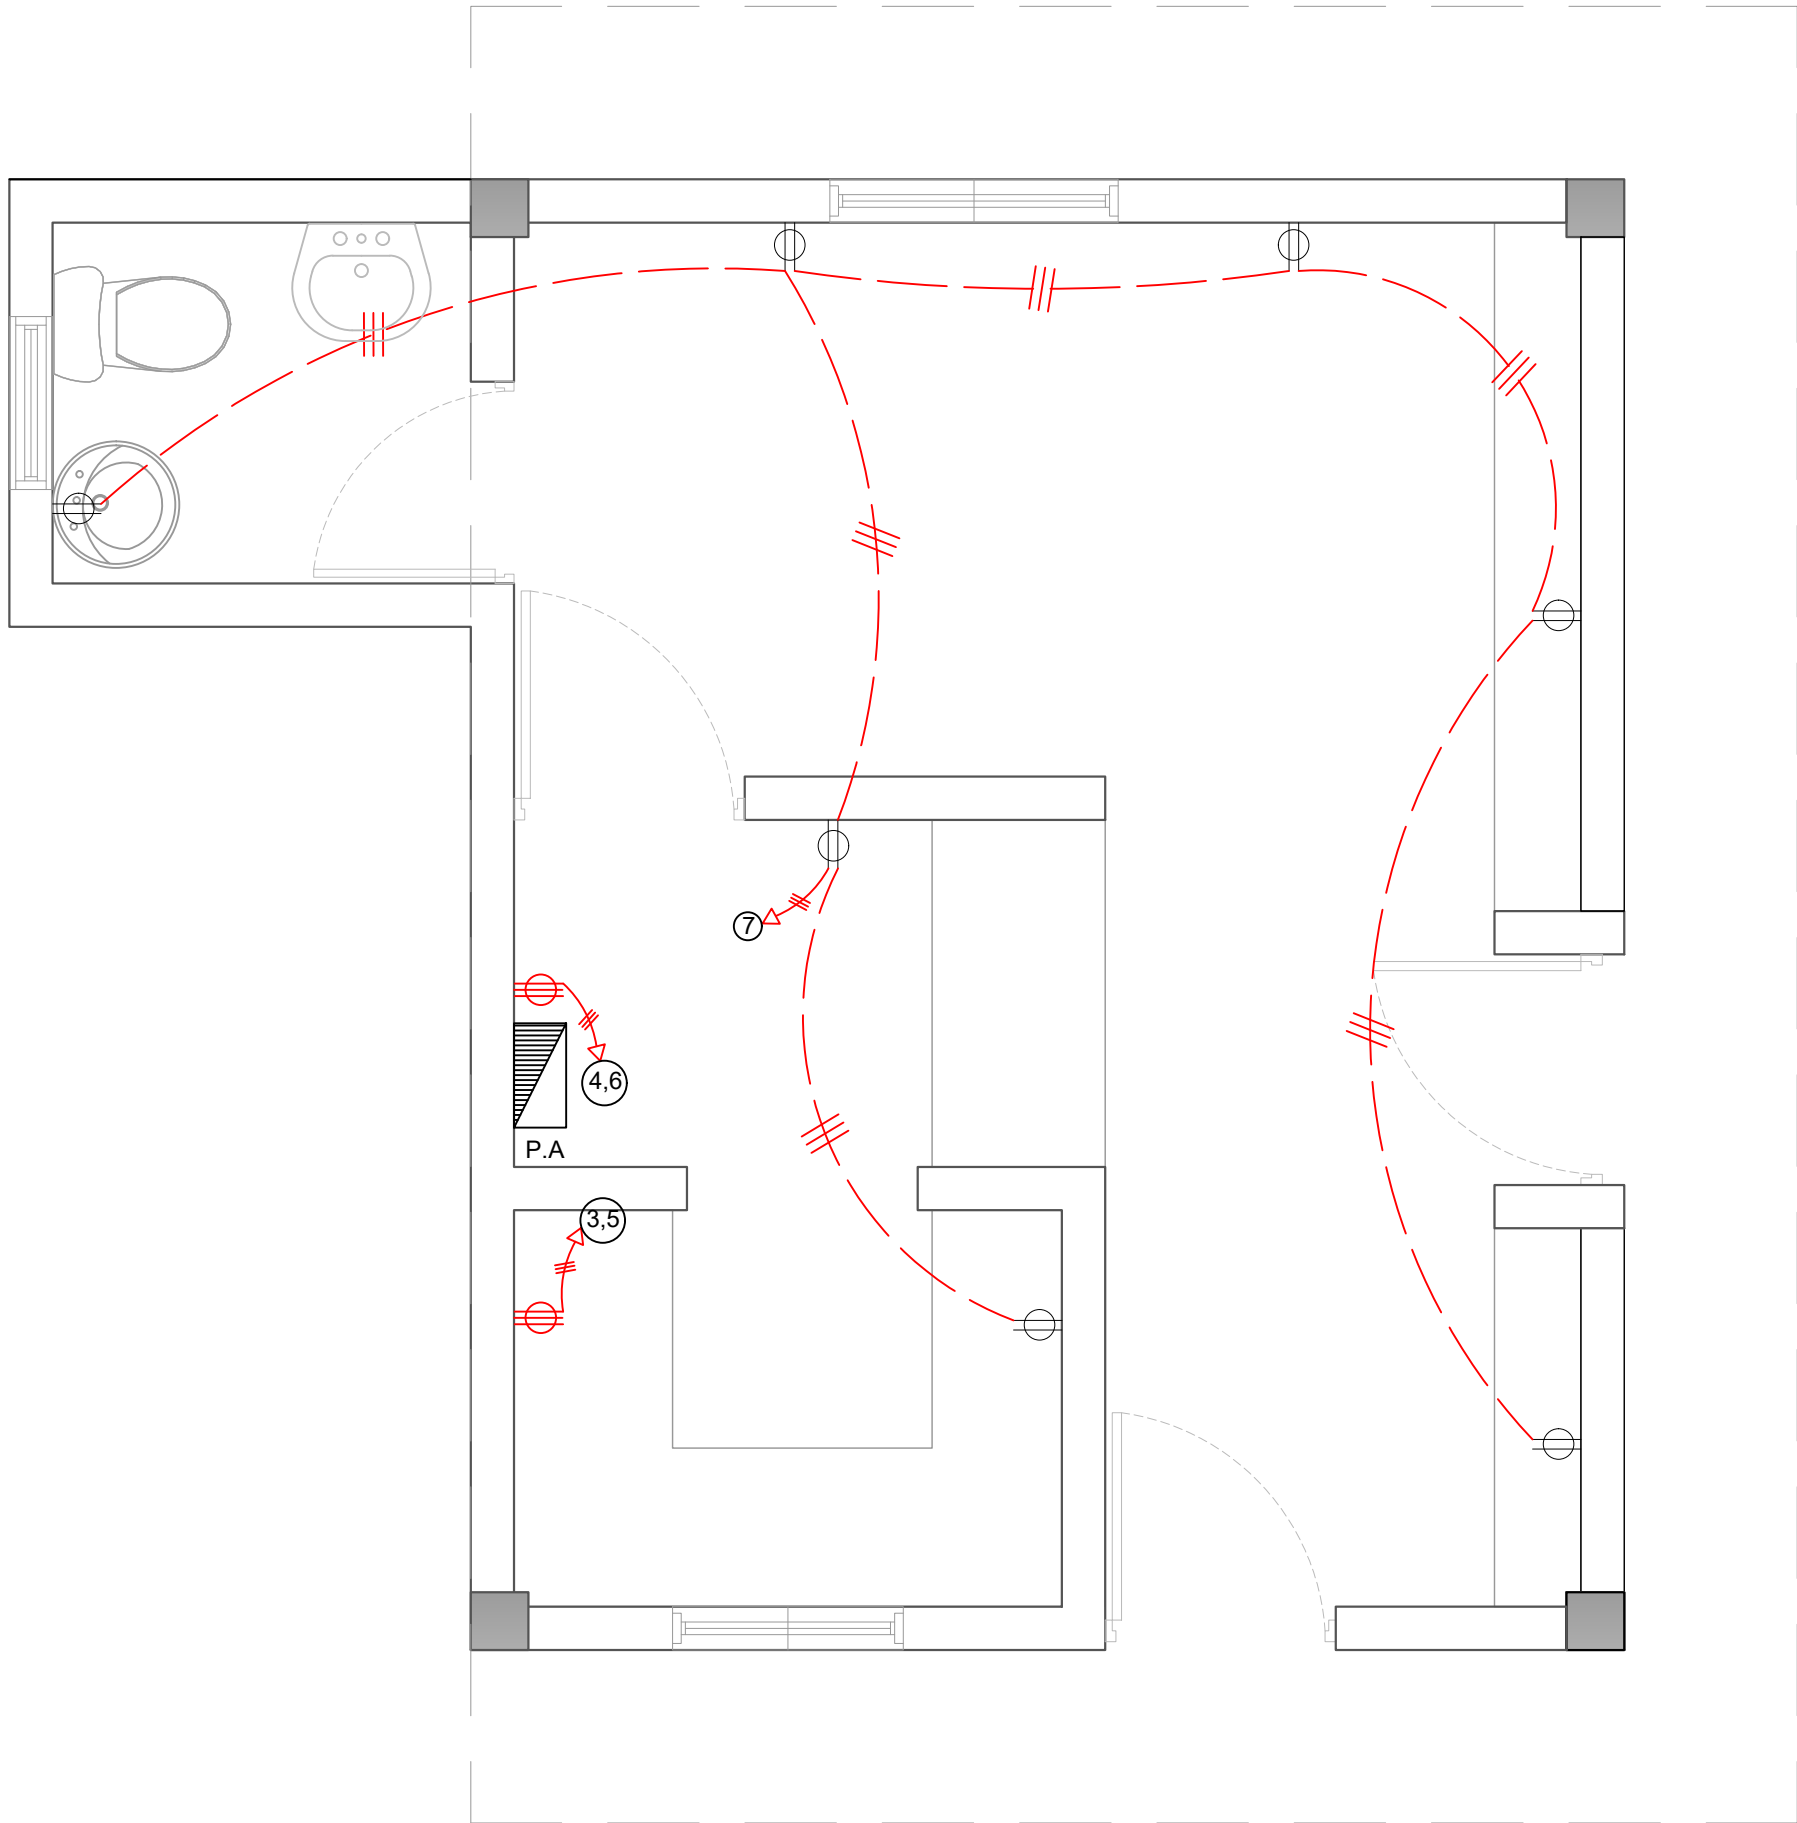

LEYENDA	
SIMBOLOGÍA	NOMBRE
	Luces de Techo
	Luces colgante tipo campana
	Lampara flour 4x4
	Lampara flour 2x4
	Luces de Pared
	Interruptores sencillo, 15A, 120V
	Interruptores doble, 15A, 120V
	Interruptores triple, 15A, 120V
	Interruptores 3 Way, 15A, 120V
	Interruptores 4 Way, 15A, 120V
	Interruptores Con luz piloto, 15A, 120V
	Luces en Poste
	Luces de Estadio
	Toma Corriente 120V, Doble, 20A
	Toma Corriente 240V, Sencillo, 30A
	Toma Corriente 120 de UPS, Doble, 20A
	Teléfono
	Antena de Televisión
	Data
	Hacia el Panel con 2 hilos
	Hacia el Panel con 3 hilos
	Tubería Empotrada en Losa
	Tubería Empotrada en Tierra
	Panel de Distribución Eléctrica
	Panel Board
	Breaker
	Registro
	Medidor o contador
	Transformador
	Abanico de Techo
	Equipos Eléctricos
	Transfer Switch
	Módulo de Contador
	Enclosed Breaker
	Tubería Empotrada con 3 hilos
	Inversor, UPS

DIRECCION DE DESARROLLO
PROVINCIAL
DDP

Ave. Dr. Delgado, Esq. Moises García,
Gazcue, Sto. Dgo., R.D.
TEL.: (809)-364-2189 | FAX.: (809)- 688-1665
E-Mail: info@cpadp.gob.do

PROYECTO:
CONSTRUCCIÓN CAMPO DE BÉISBOL LAS
TINA - 270 SECTOR LAS TINAS, D.M. YÁSICA
ARRIBA, - T270

Mun. San Felipe de Puerto Plata, Provincial
Puerto Planta ,R.D.

EQUIPO DE TRABAJO:

DISEÑO ARQUITECTÓNICO
ARQ. _____
codia 00000 _____

ENC. INGENIERÍA
ING. _____
codia 00000 _____

ESTRUCTURAL
ING. _____
codia 00000 _____

ELÉCTRICO
ING. _____
codia 00000 _____

HIDRO-SANITARIO
ING. _____
codia 00000 _____

SELLO DE APROBACIÓN:

FECHA: _____

CONTENIDO:

INST. ELECTRICAS

ESCALA:



1:25

SEPTIEMBRE 2026

NO. PÁGINA:

041

PANEL: PA			4				CONDUCTORES			ESPACIOS: 12			
LUGAR: COCINA			SIMILAR: GE				CAT: THQC12420			TENSIÓN: 120/240 VAC			
FASE: 2			INTERRUPTOR PRINCIPAL					BREAKERS			BARRAS: 75 AMP		
			40/2 AMP THQAL TIPO					TIPO: THQAL					
KVA	DESCRIPCIÓN	DUCT.	CAL	BKR	NO.	A	B	NO.	BKR	CAL	DUCT.	DESCRIPCIÓN	KVA
0.40	Iluminación	1/2"	12	20	1			2	20	12	1/2"	Iluminación	0.50
1.50	Toma Corriente 240v	3/4"	10	30	3			4	30	10	3/4"	Toma Corriente 240v	1.50
1.50	Toma Corriente 240v	3/4"	10	30	5			6	30	10	3/4"	Toma Corriente 240v	1.50
1.26	Toma Corriente 120v	1/2"	12	20	7			8					
					9			10					
					11			12					
CARGA CONECTADA: 8.16 KVA			DEMANDA MAXIMA: 8.16 KVA			ALIMENTADOR:							
ILUMINACIÓN: 0.90 KVA			CARGA DE DISEÑO: 7.34 KVA			2 THW		CAL.	NO.	6			
TOMACORRIENTE: 7.26 KVA			CORRIENTE DE DISEÑO: 30.60 AMP			1 THW		CAL.	NO.	8			
OTROS: - KVA			FACTOR DE DEMANDA: 90 %			1 THW		CAL.	NO.	12			
FASE A: 3.90 KVA			CARGA RESERVA: 0.82 KVA			DUCTO DIAM: 1" TIPO: pvc							
FASE B: 4.26 KVA			NEUTRO: 30.60 Amps										

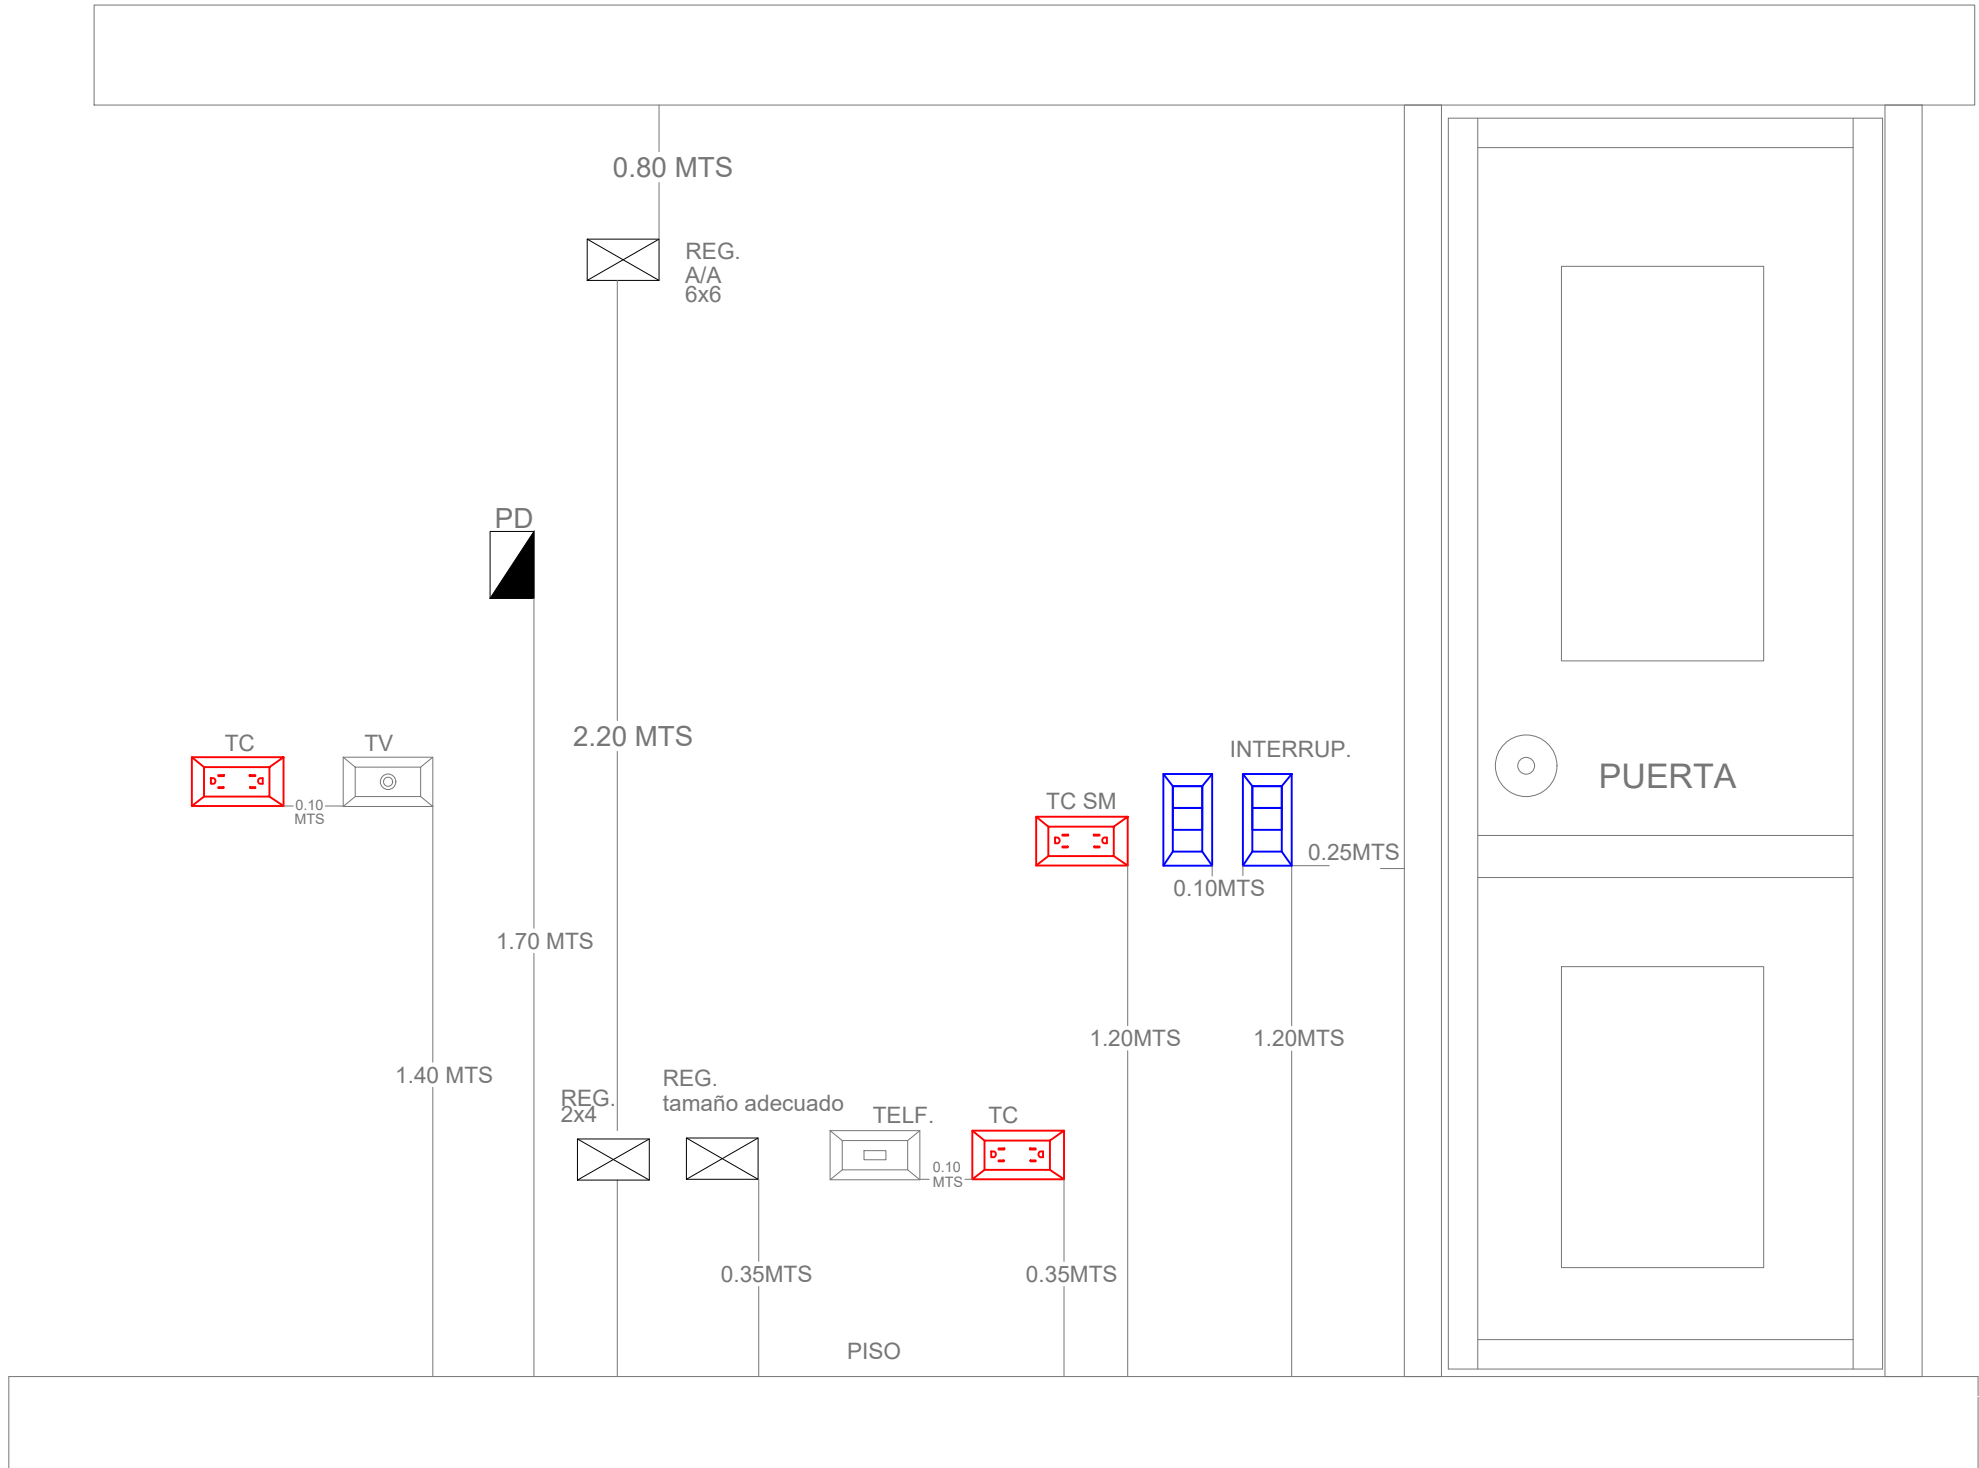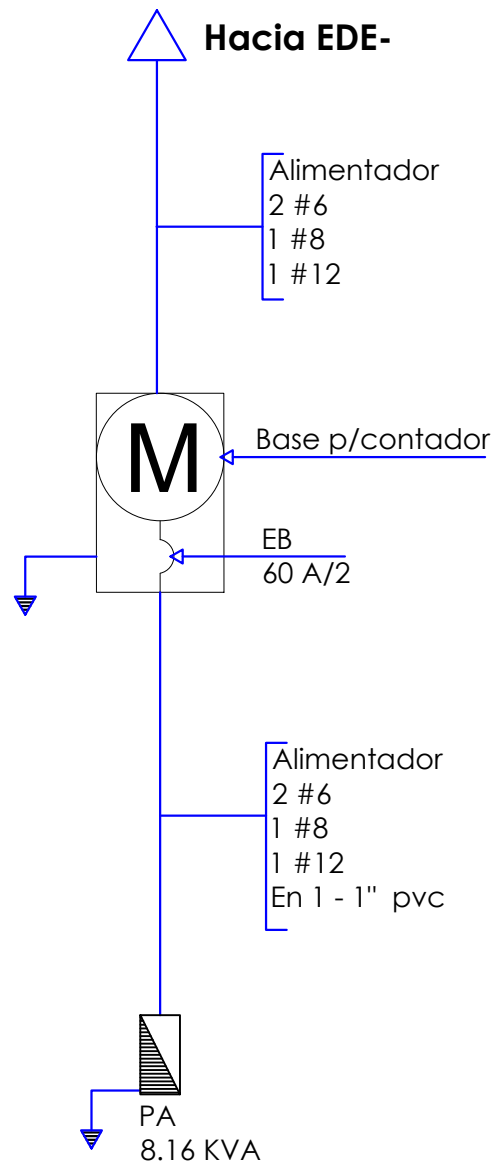

DIRECCION DE DESARROLLO PROVINCIAL DDP

Ave. Dr. Delgado, Esq. Moises García, Gazcue, Sto. Dgo., R.D. TEL.: (809)-364-2189 | FAX.: (809)- 688-1665 E-Mail: info@cpadp.gob.do

PROYECTO: CONSTRUCCIÓN CAMPO DE BÉISBOL LAS TINA - 270 SECTOR LAS TINAS, D.M. YÁSICA ARRIBA, - T270

Mun. San Felipe de Puerto Plata, Provincial Puerto Planta ,R.D.

EQUIPO DE TRABAJO: DISEÑO ARQUITECTÓNICO ARQ. codia 00000

ENC. INGENIERÍA ING. codia 00000

ESTRUCTURAL ING. codia 00000

ELÉCTRICO ING. codia 00000

HIDRO-SANITARIO ING. codia 00000

SELLO DE APROBACIÓN:

FECHA:


CONTENIDO: DETALLE ELÉCTRICO- CAFETERÍA

ESCALA: 1:25


SEPTIEMBRE 2026

NO. PÁGINA:

042

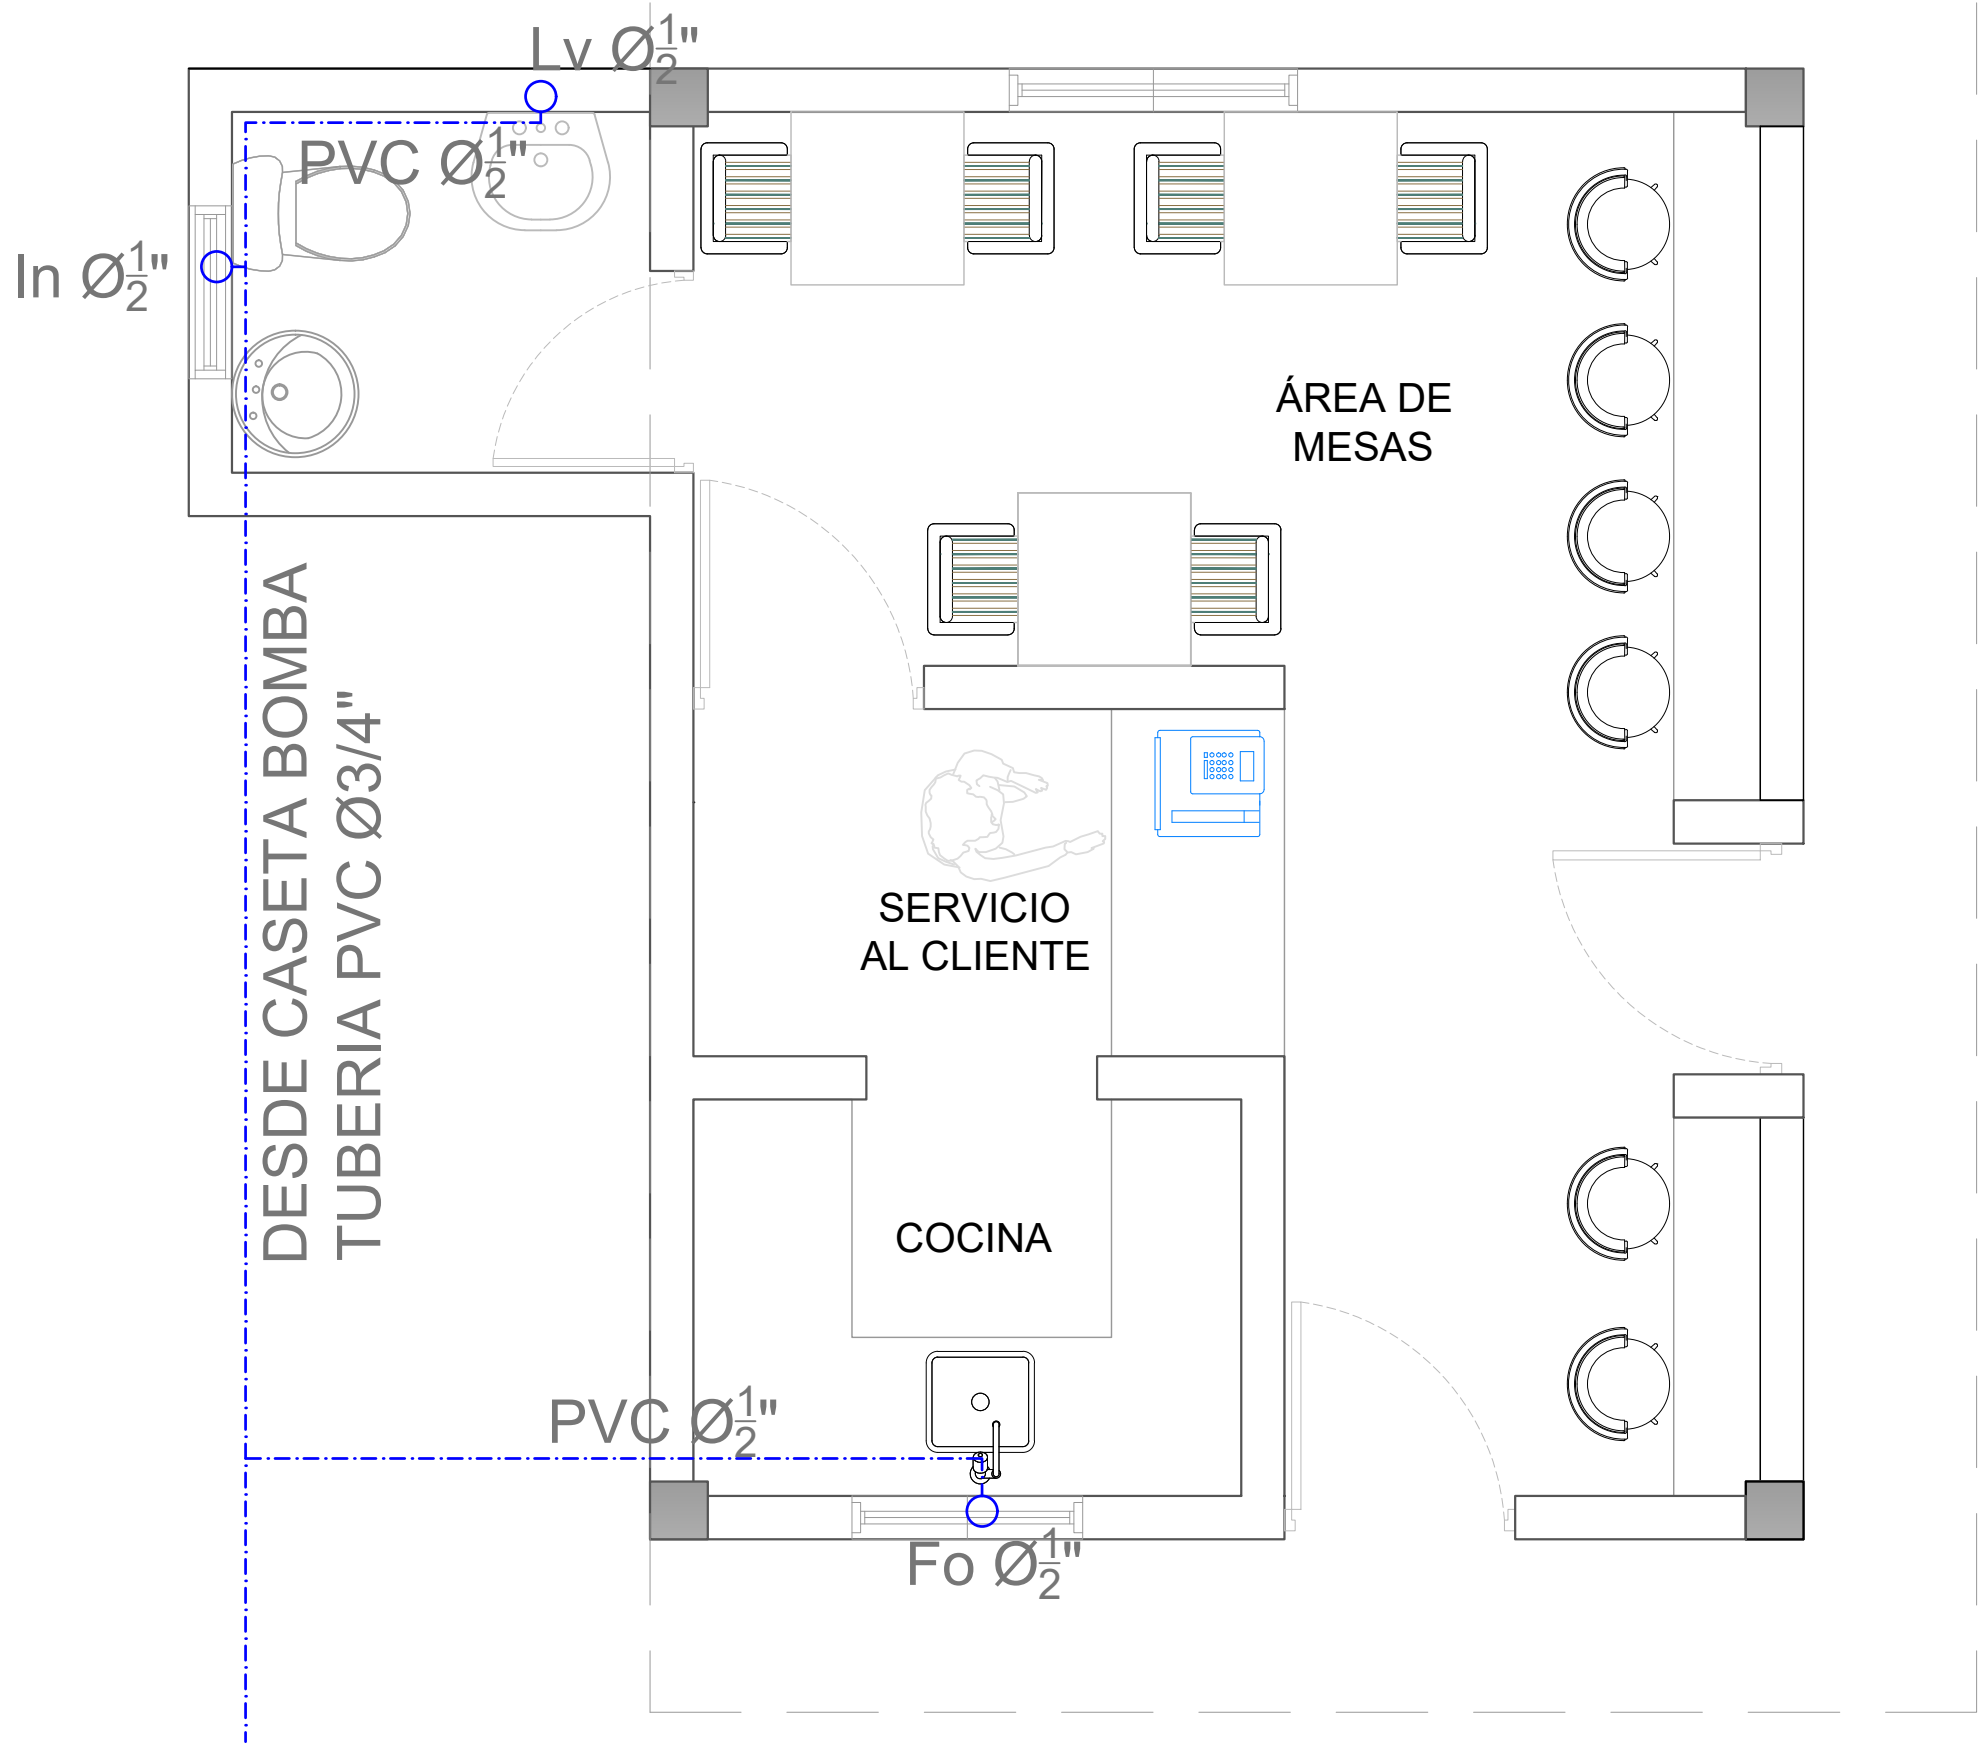

LEYENDA PLATA ELECTRICA	
SIMBOLOGÍA	NOMBRE
	Luces de Techo (BOMBILLO)
	Luces colgante tipo campana
	Luces Ojo de Buey LED 3W 72 x 72 x 23 mm
	Panel Circular Emp. LED 12W 17 cm
	Lampara Fluorescente 4x1
	Lampara Fluorescente 2x2
	Lampara Fluorescente 2x4
	Luces de Pared
	Luces de Piso
	Interruptores sencillo, 15A, 120V
	Interruptores doble, 15A, 120V
	Interruptores triple, 15A, 120V
	Interruptores 3 Way, 15A, 120V
	Interruptores 4 Way, 15A, 120V
	Interruptores Con luz piloto, 15A, 120V
	Luces en Poste
	LUCES DE ESTADIO
	Fotocelda
	Abanico de PARED
	ABANICO DE TECHO
	CONTROL DE ABANICO DE TECHO
	Toma Corriente 120V, Doble, 20A
	TOMA CORRIENTE 240V, SENCILLO, 30A
	Toma Corriente 240V, Doble, 30A
	Toma Corriente 120 de piso, Doble, 20A
	Toma Corriente 120 sobre meseta, Doble, 20A
	Toma Corriente 120 falla a tierra, Doble, 20A
	Toma Corriente 120 DE UPS, Doble, 20A
	Toma Corriente 120 DE Waterproof, Doble, 20A
	Equipos Eléctricos
	Teléfono
	Antena de Televisión
	Data
	Panel de Distribución Eléctrica
	Registro
	Tubería Empotrada en Losa
	Tubería Empotrada en Tierra
	Cámara

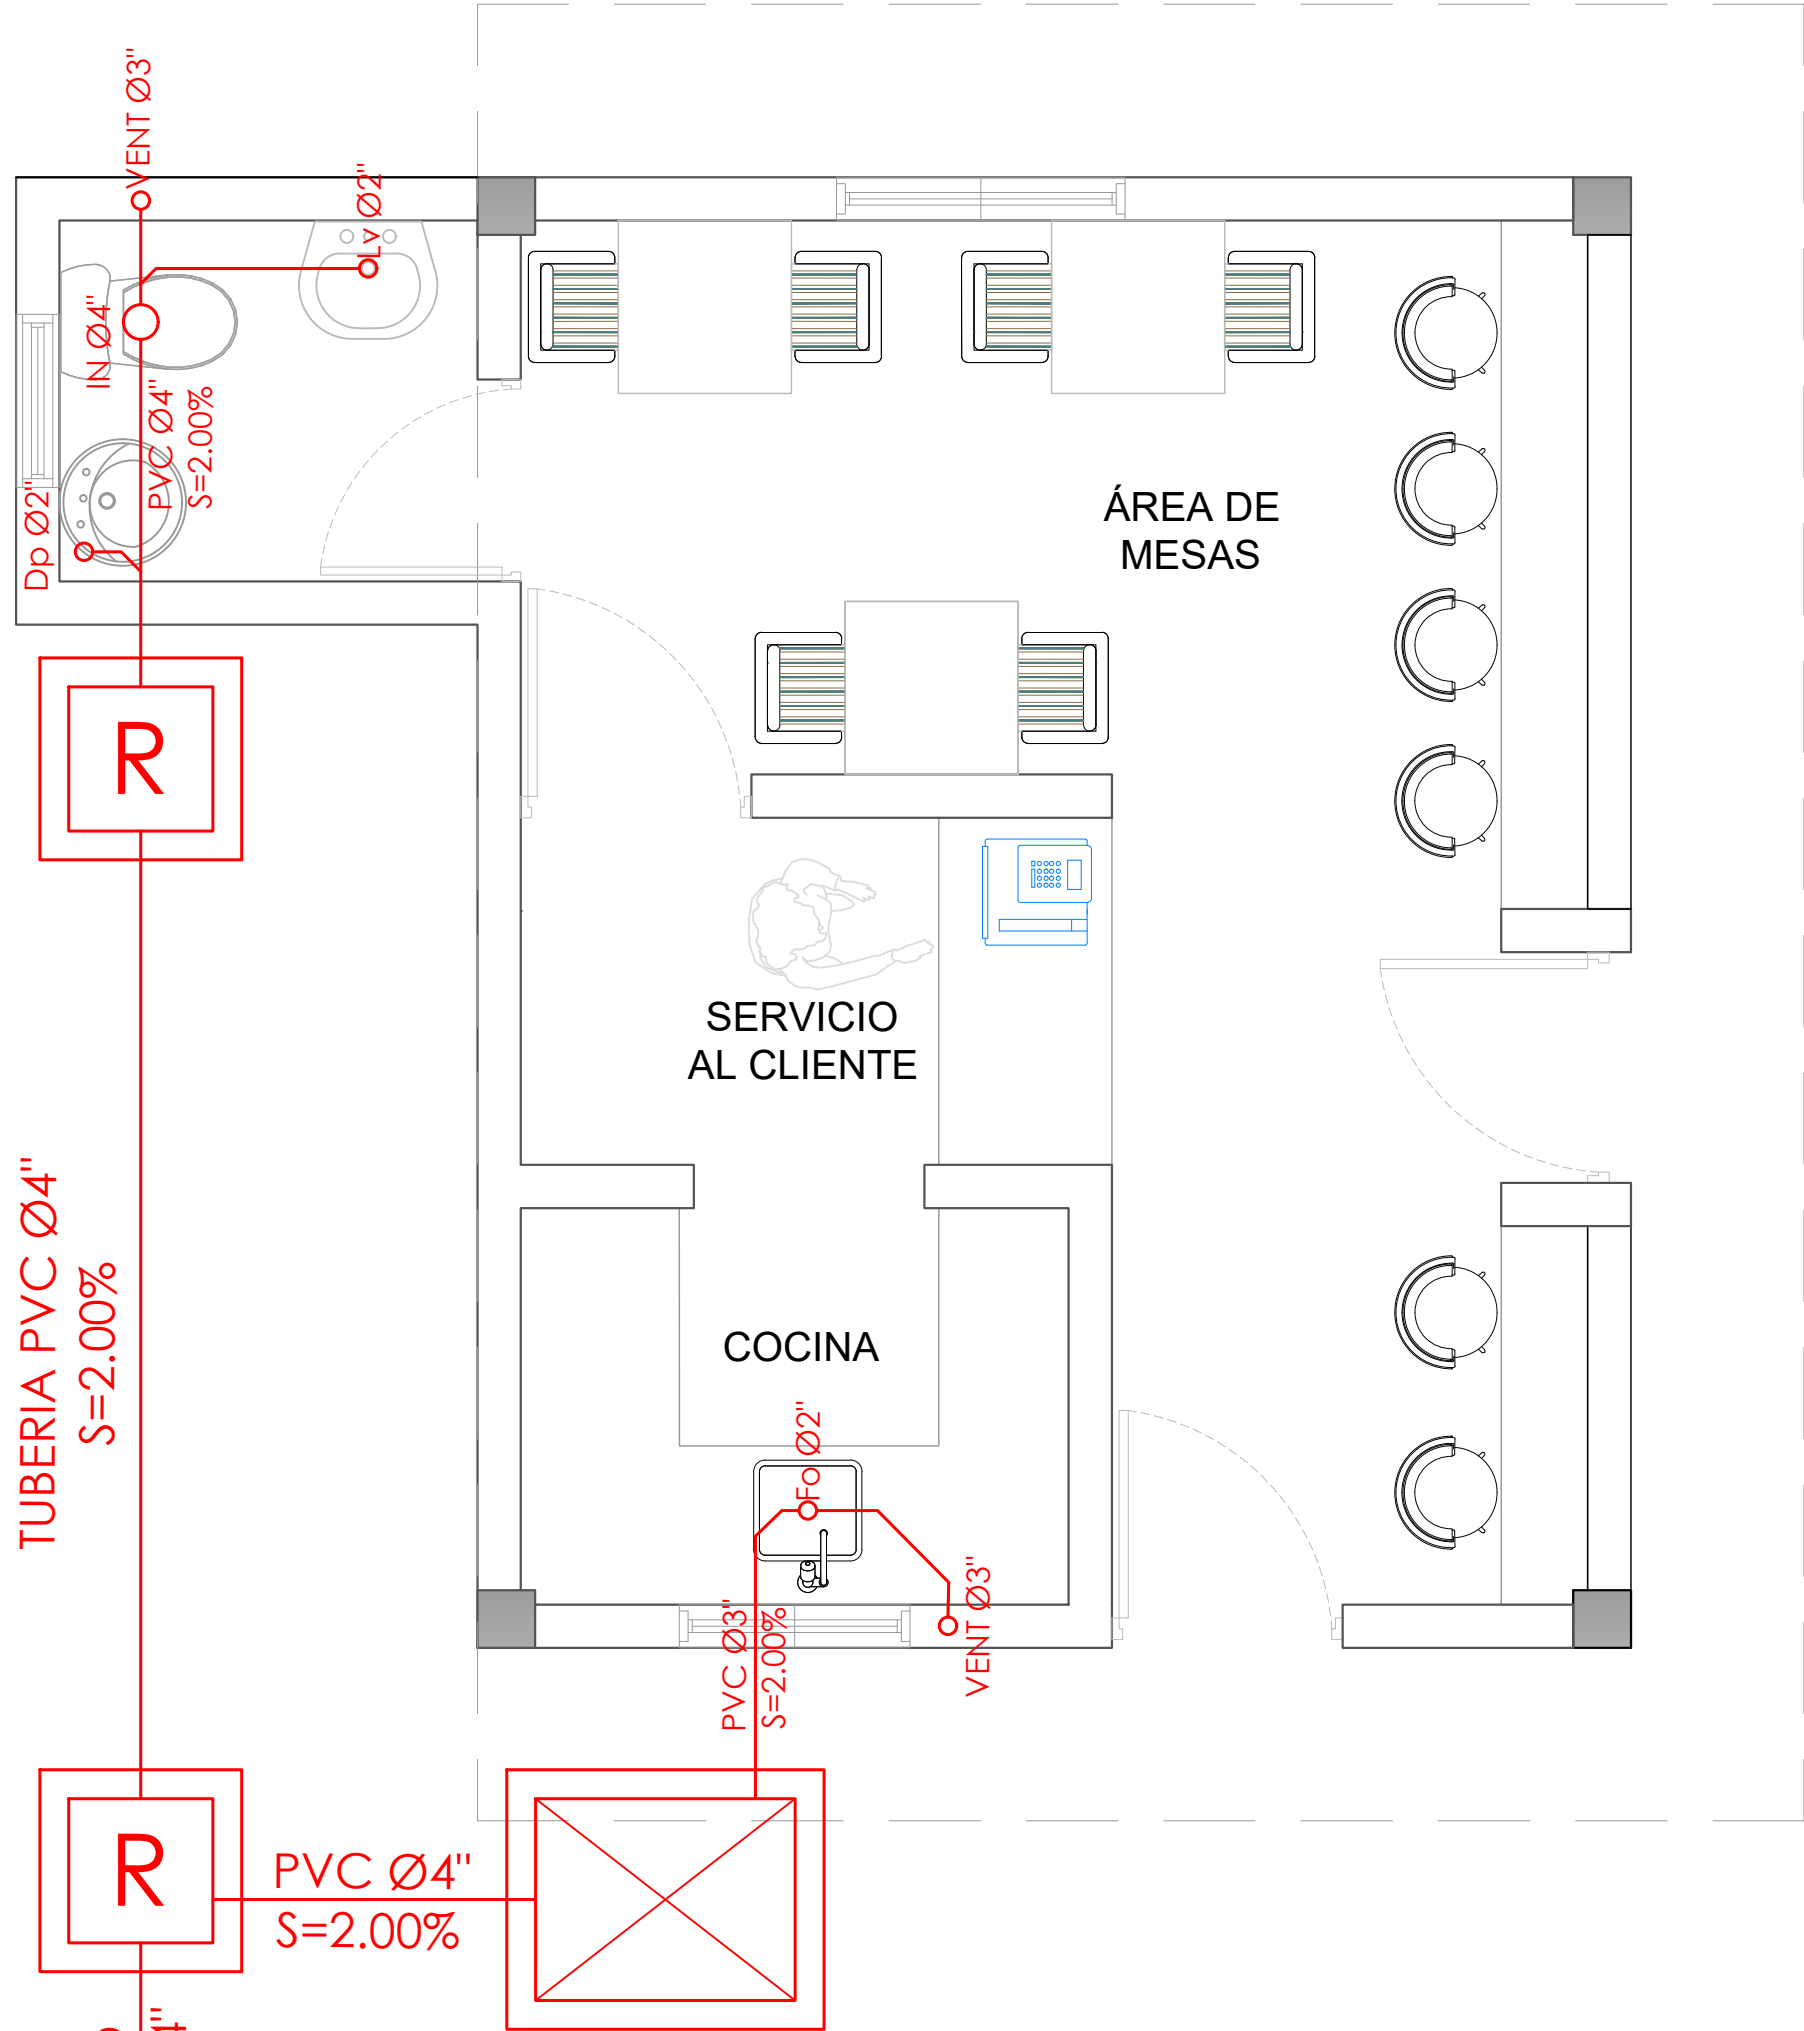

LEYENDA PLATA ELECTRICA	
SIMBOLOGÍA	NOMBRE
	Luces de Techo (BOMBILLO)
	Luces colgante tipo campana
	Luces Ojo de Buey LED 3W 72 x 72 x 23 mm
	Panel Circular Emp. LED 12W 17 cm
	Lampara Fluorescente 4x1
	Lampara Fluorescente 2x2
	Lampara Fluorescente 2x4
	Luces de Pared
	Luces de Piso
	Interruptores sencillo, 15A, 120V
	Interruptores doble, 15A, 120V
	Interruptores triple, 15A, 120V
	Interruptores 3 Way, 15A, 120V
	Interruptores 4 Way, 15A, 120V
	Interruptores Con luz piloto, 15A, 120V
	Luces en Poste
	LUCES DE ESTADIO
	Fotocelda
	Abanico de PARED
	ABANICO DE TECHO
	CONTROL DE ABANICO DE TECHO
	Toma Corriente 120V, Doble, 20A
	TOMA CORRIENTE 240V, SENCILLO, 30A
	Toma Corriente 240V, Doble, 30A
	Toma Corriente 120 de piso, Doble, 20A
	Toma Corriente 120 sobre meseta, Doble, 20A
	Toma Corriente 120 falla a tierra, Doble, 20A
	Toma Corriente 120 DE UPS, Doble, 20A
	Toma Corriente 120 DE Waterproof, Doble, 20A
	Equipos Eléctricos
	Teléfono
	Antena de Televisión
	Data
	Panel de Distribución Eléctrica
	Registro
	Tubería Empotrada en Losa
	Tubería Empotrada en Tierra
	Cámara