


PROYECTO:

CONSTRUCCIÓN CAMPO DE BESIBOL MARIO VILLAMAN
DOMINGUEZ, SECTOR BARRANCON

MUNICIPIO LUPERON,

PUERTO PLATA

REPÚBLICA DOMINICANA
SEPTIEMBRE 2026

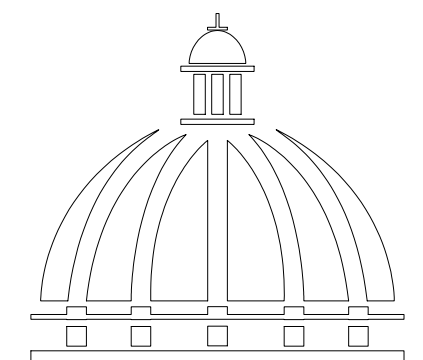

**GOBIERNO DE LA
REPÚBLICA DOMINICANA**



CONST CAMPO DE BESIBOL MARIO
VILLAMAN DOMINGUEZ,
SECTOR BARRANCON
LUPERON, PUERTO PLATA
REPUBLICA DOMINICANA

HIDRO-SANITARIO
ING. FRANCIS ESTEVEZ
codia 00000

001



ESC. 1:500



Ave. Dr. Delgado, Esq. Moises Garcia,
Gazcue, Sto. Dgo., R.D.
TEL.: (809)-364-2189 | FAX.: (809)- 688-1665
E-Mail: info@cpadp.gob.do

PROYECTO:
**CONST CAMPO DE BESIBOL MARIO
VILLAMAN DOMINGUEZ,
SECTOR BARRANCON
LUPERON, PUERTO PLATA
REPUBLICA DOMINICANA**

EQUIPO DE TRABAJO:

DISEÑO ARQUITECTÓNICO
codia 00000

ENC. INGENIERÍA
ING. FIOR DALIZA BONIFACIO
codia 00000

ESTRUCTURAL
ING. Leopoldo Berroa Cordero
codia

ELÉCTRICO
ING. JUAN PÉREZ
codia 00000

HIDRO-SANITARIO
ING. FRANCIS ESTEVEZ
codia 00000


SELLO DE APROBACIÓN:



FECHA:

CONTENIDO:
PLANTA ARQUITECTONICA
DE CONJUNTO
PLAY DE BEISBOL


ESCALA:
1:400

NO. PÁGINA:
002

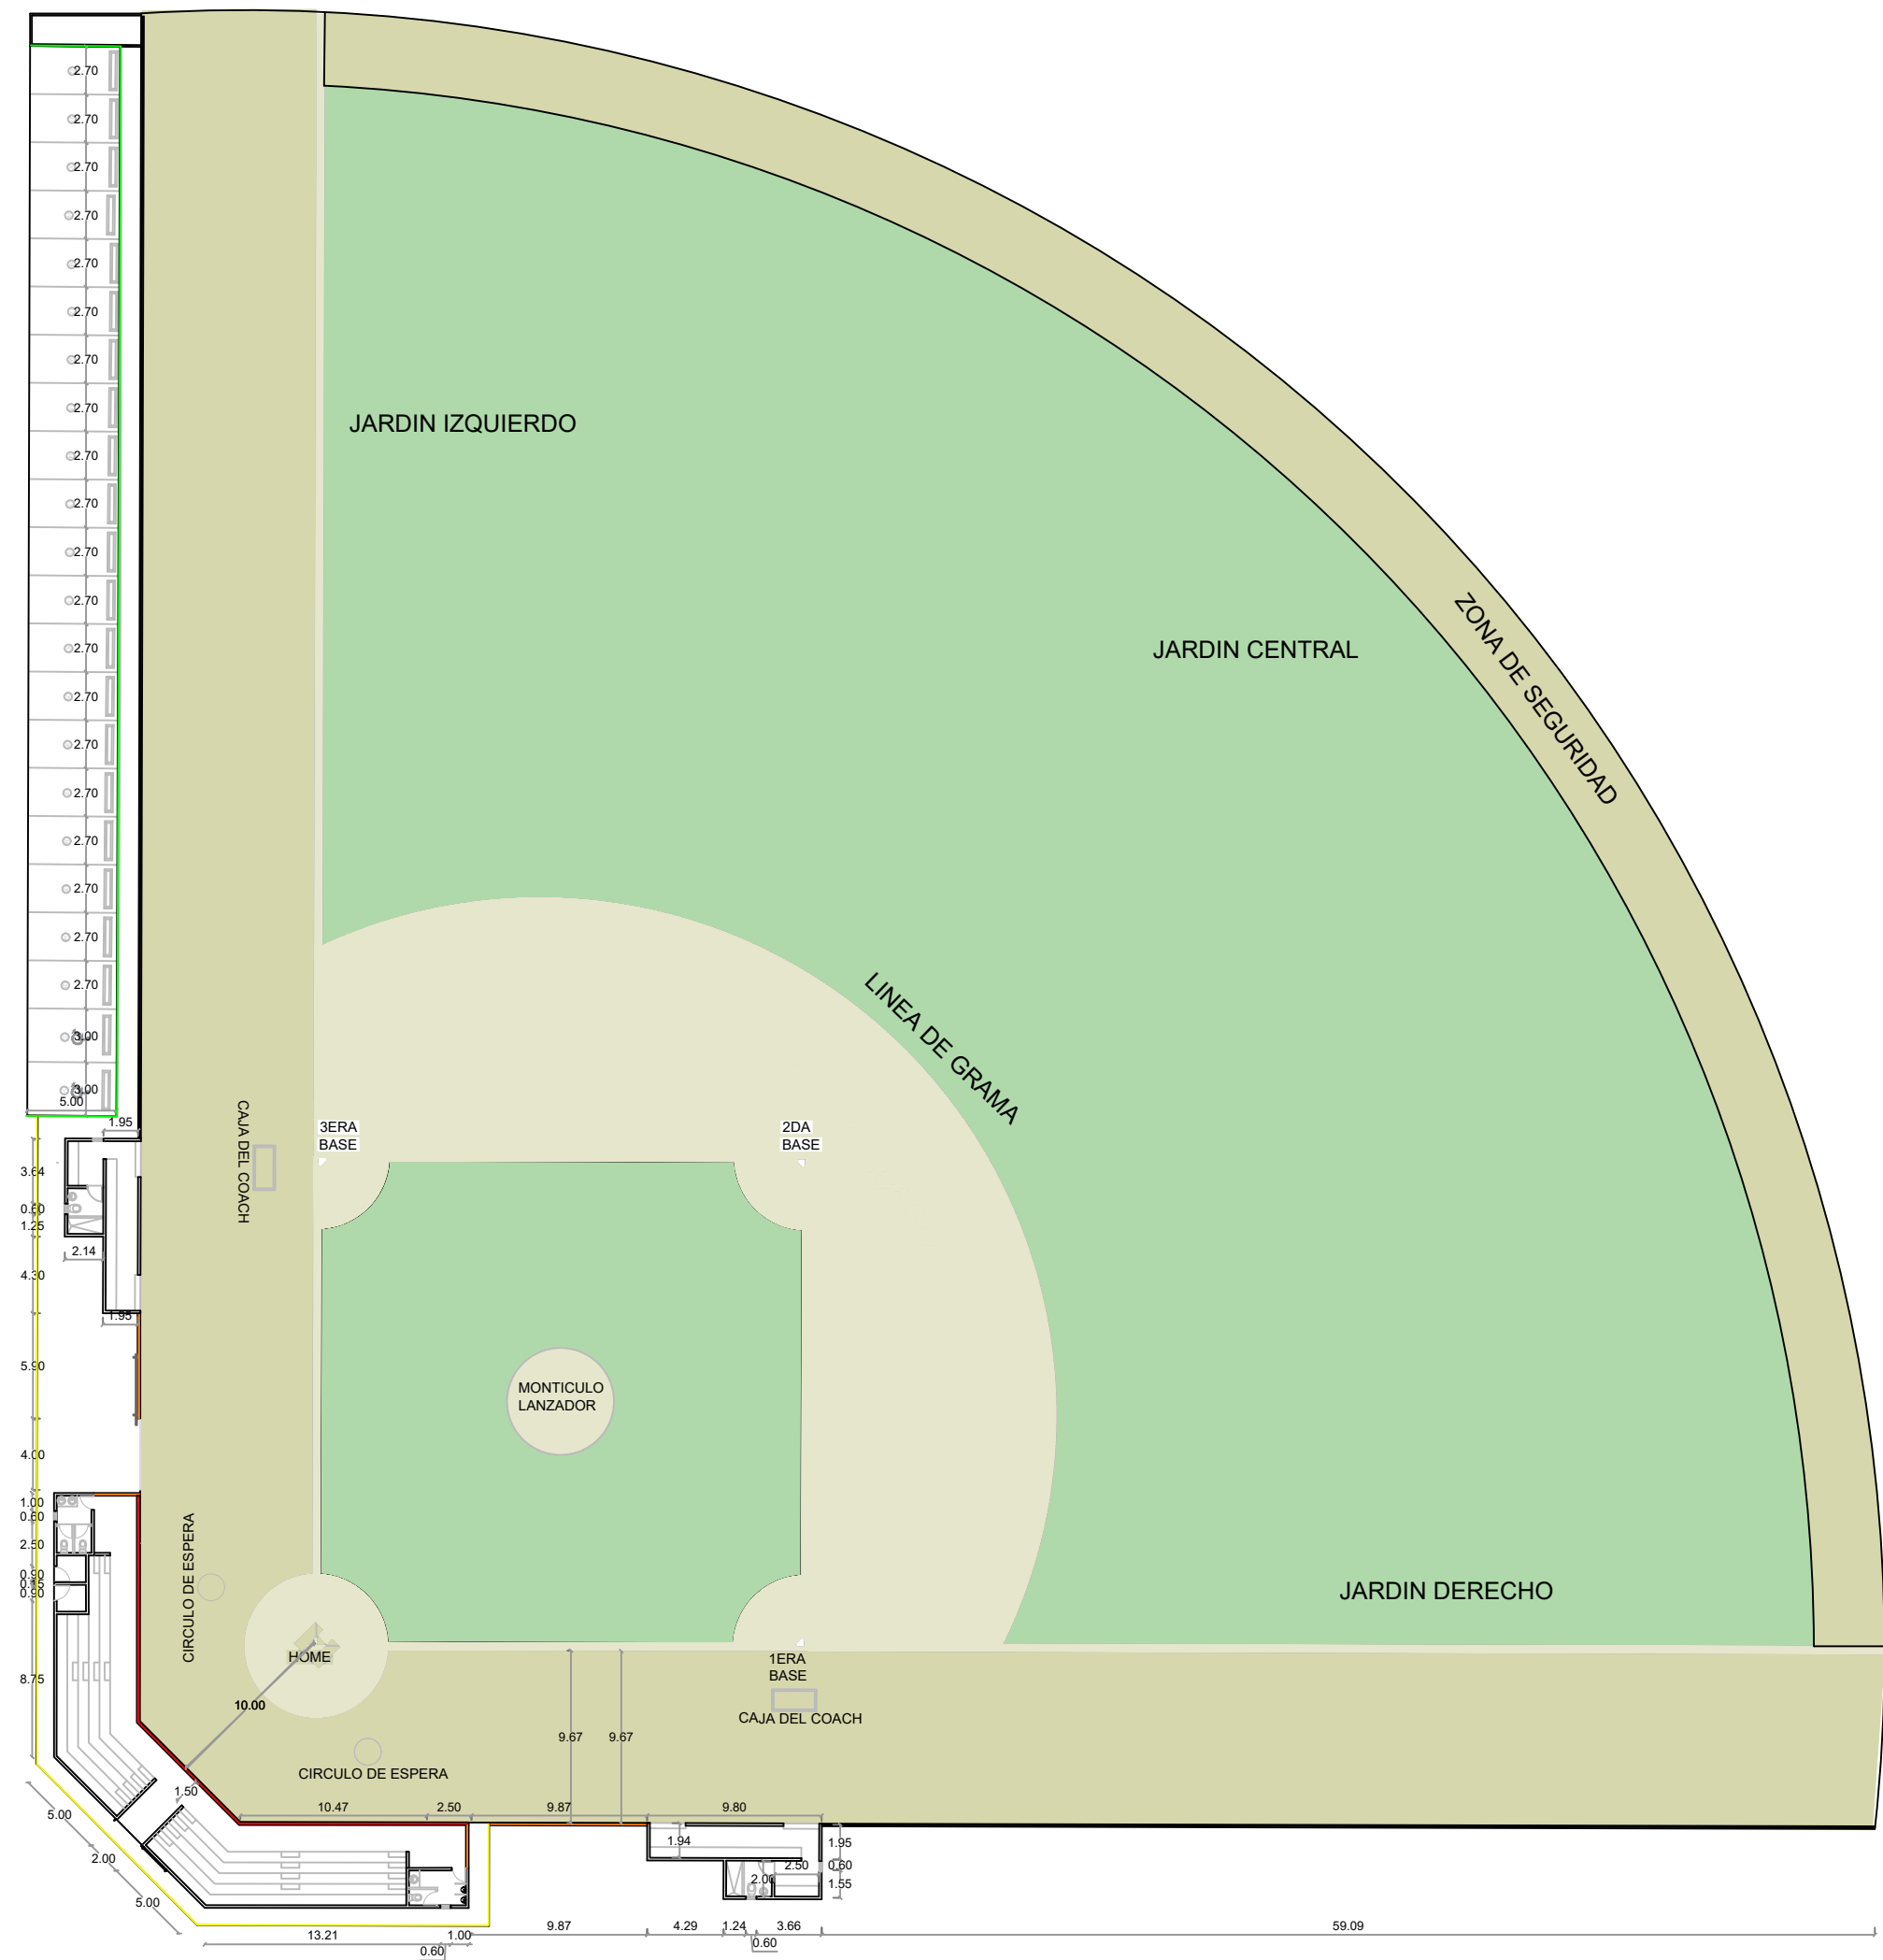


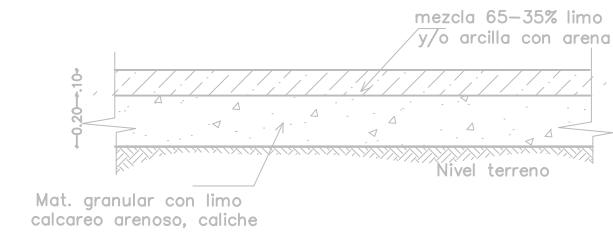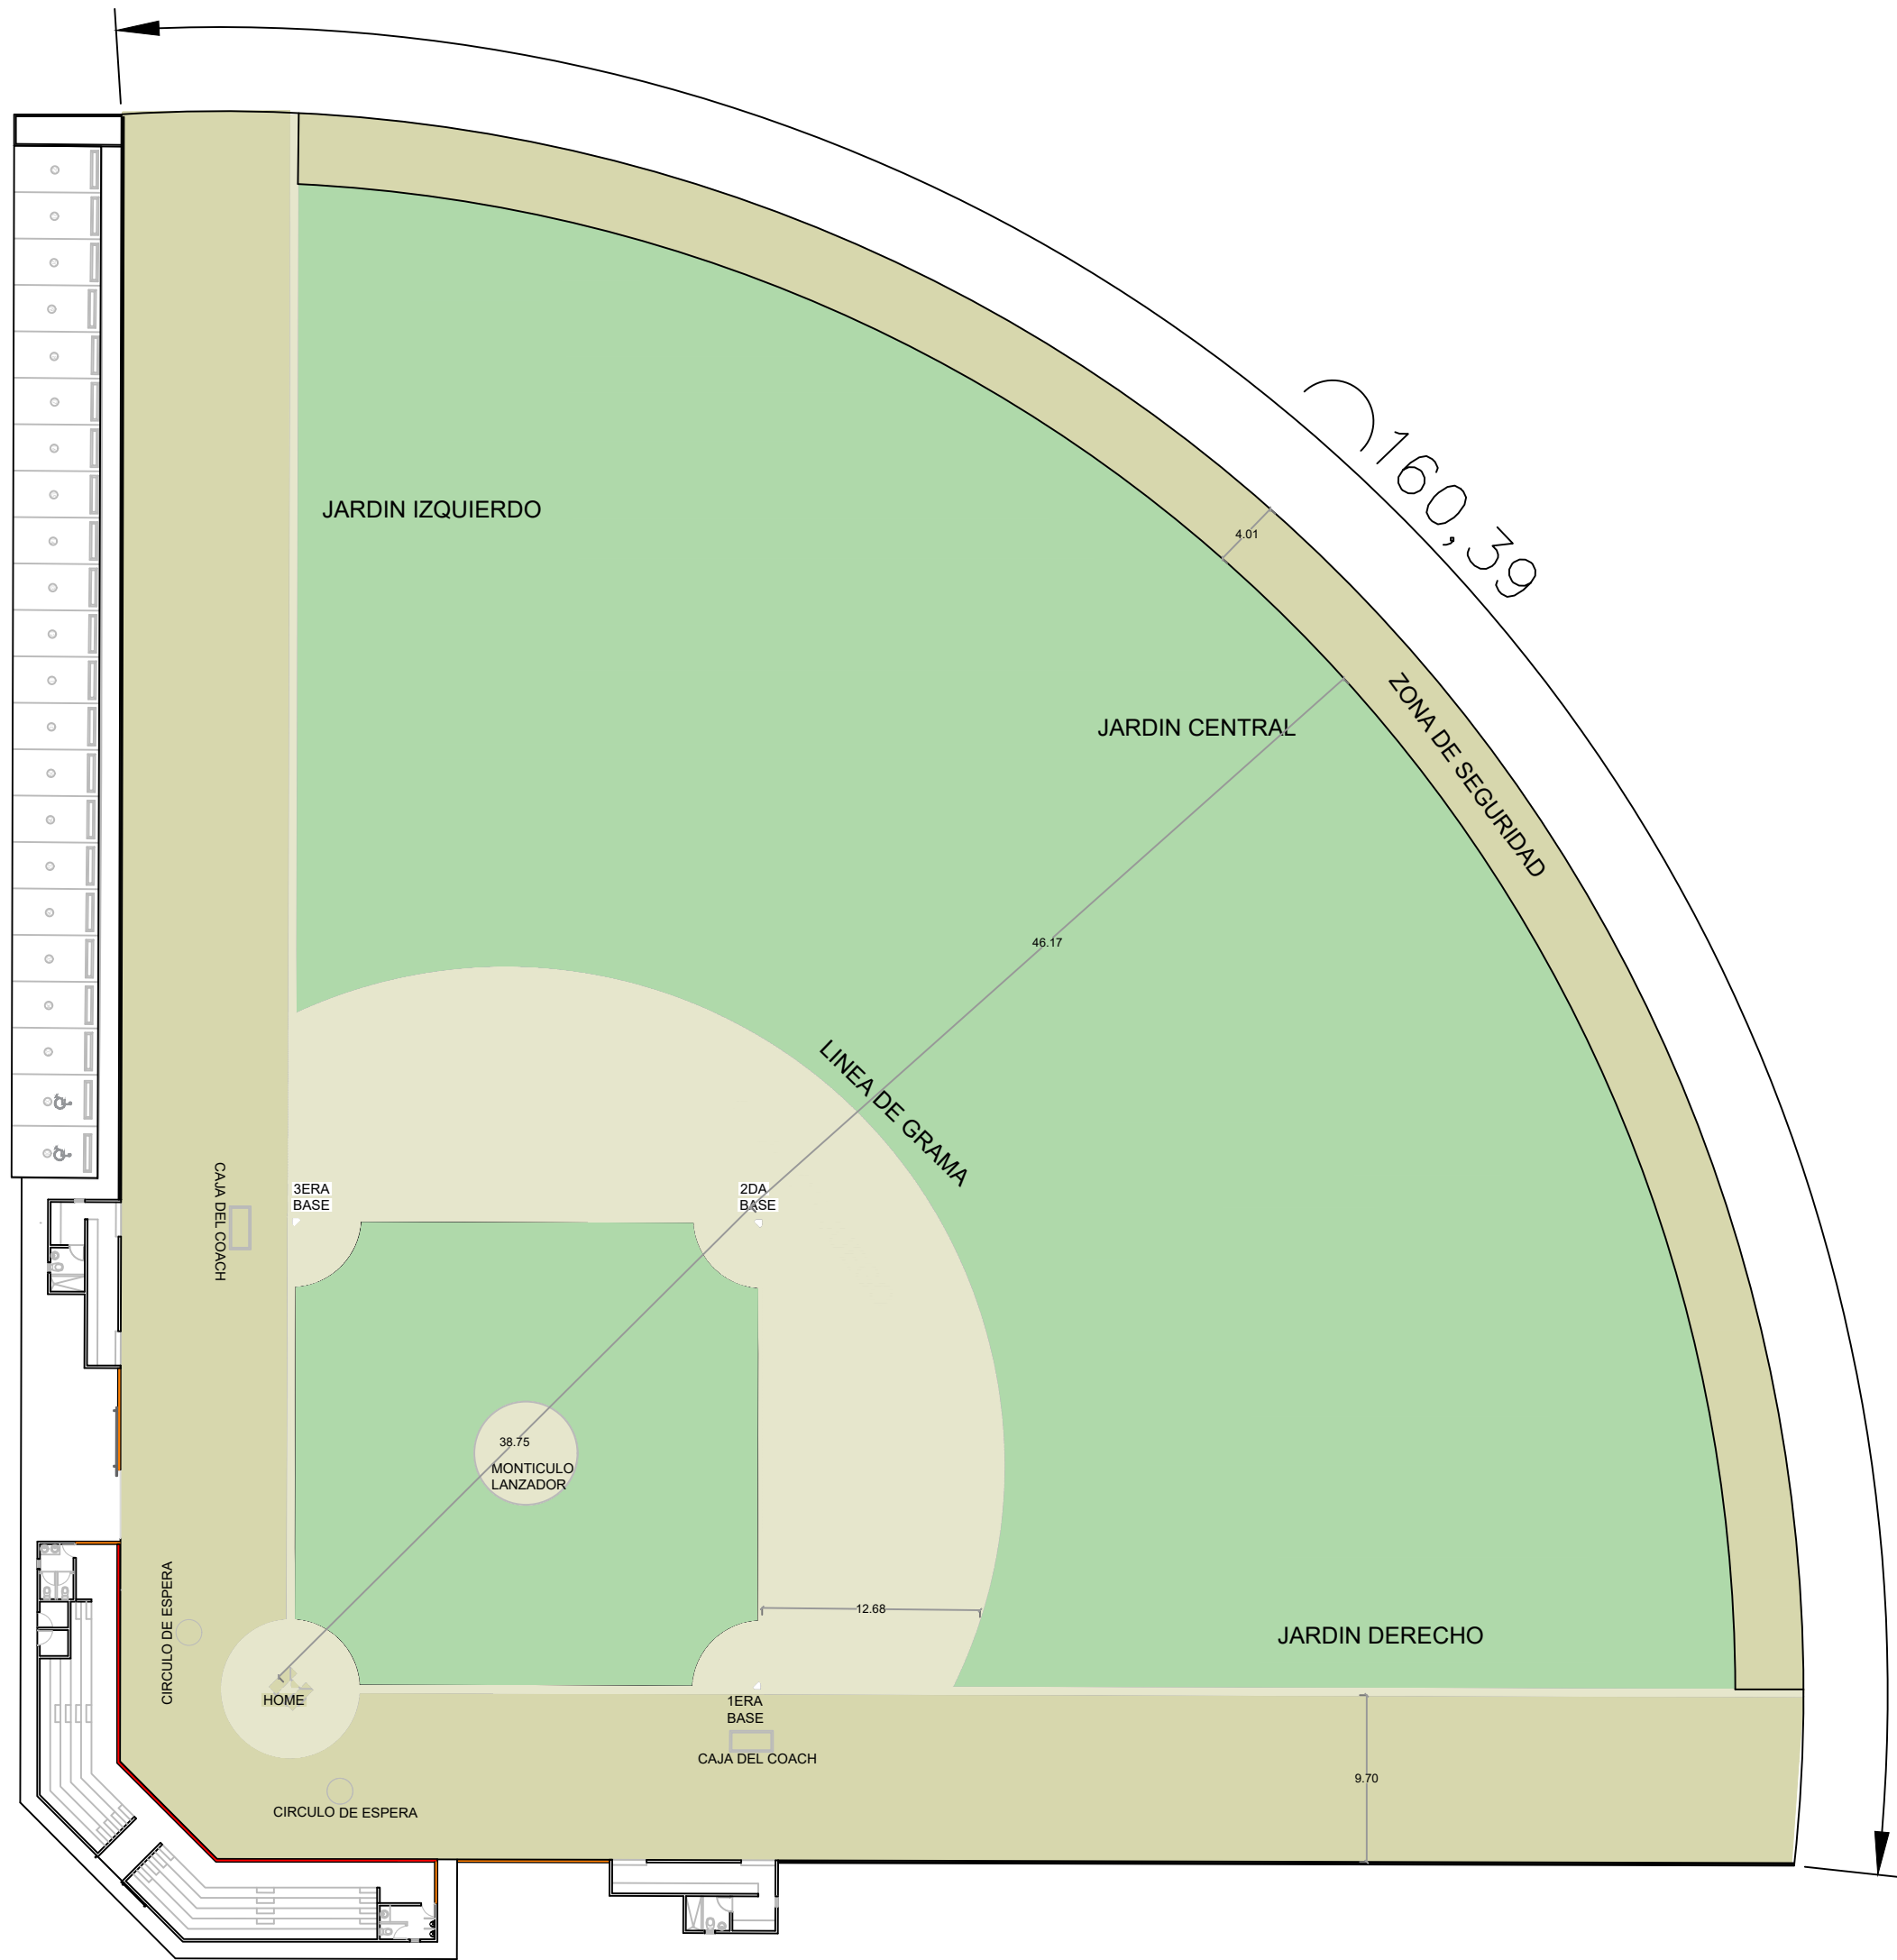


Def. Terreno Media Luna

 


Def. Placa Lanzador

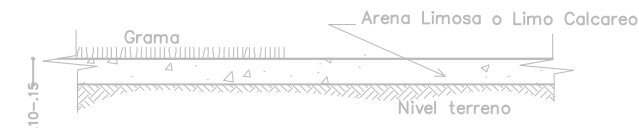

Def. Treno Cuadro Int. y jardines (no incluye media luna)

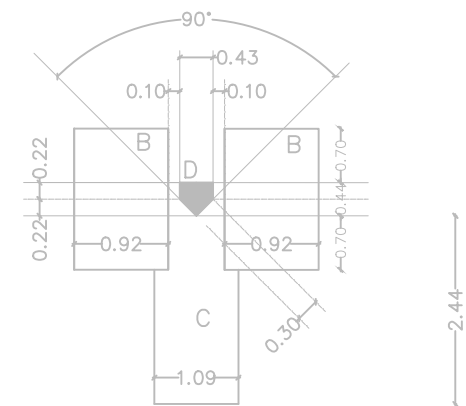

Trazado

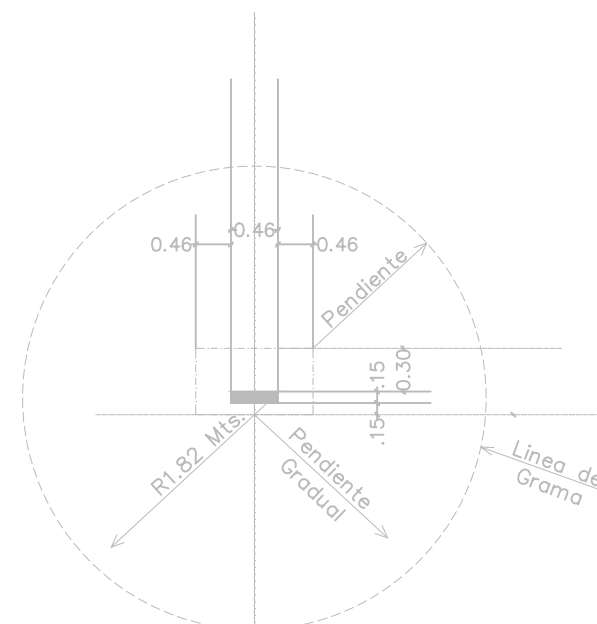

Trazado Lanzador

DIRECCIÓN DESARROLLO PROVINCIAL



Ave. Dr. Delgado, Esq. Moises Garcia,
Gazcue, Sto. Dgo., R.D.
TEL.: (809)-364-2189 | FAX.: (809)- 688-1665
E-Mail: info@cpadp.gob.do

PROYECTO:
CONST CAMPO DE BESIBOL MARIO VILLAMAN DOMINGUEZ, SECTOR BARRANCON LUPERON, PUERTO PLATA REPUBLICA DOMINICANA

EQUIPO DE TRABAJO:

DISEÑO ARQUITECTÓNICO

codia 00000

ENC. INGENIERÍA
ING. FIOR DALIZA BONIFACIO
codia 00000

ESTRUCTURAL
ING. Leopoldo Berroa Cordero
codia

ELÉCTRICO
ING. JUAN PÉREZ
codia 00000

HIDRO-SANITARIO
ING. FRANCIS ESTEVEZ
codia 00000

SELLO DE APROBACIÓN:

FECHA:

CONTENIDO:

PLANTA DE CONJUNTO DIMENSIONADA

ESCALA:

1:400

NO. PÁGINA:

003



PLANTA DETALLES DE VERJA

LEYENDA DE MURO	
	BACKSTOP H=5.40M L= 27.11 M
	MURO DE BLOQUES - CENTER FIELD H=1.80 M L=160.76 M
	MURO DE BLOQUES H=1.80 M L=160.76M
	MURO DE BLOQUES Y MALLA CICLÓNICA H=1.80 L =137.84 M

DIRECCIÓN DESARROLLO
PROVINCIAL



Ave. Dr. Delgado, Esq. Moises Garcia,
Gazcue, Sto. Dgo., R.D.
TEL.: (809)-364-2189 | FAX.: (809)- 688-1665
E-Mail: info@cpadp.gob.do

PROYECTO:
**CONST CAMPO DE BESIBOL MARIO
VILLAMAN DOMINGUEZ,
SECTOR BARRANCON
LUPERON, PUERTO PLATA
REPUBLICA DOMINICANA**

EQUIPO DE TRABAJO:

DISEÑO ARQUITECTÓNICO
codia 00000

ENC. INGENIERÍA
ING. FIOR DALIZA BONIFACIO
codia 00000

ESTRUCTURAL
ING. Leopoldo Berroa Cordero
codia

ELÉCTRICO
ING. JUAN PÉREZ
codia 00000

HIDRO-SANITARIO
ING. FRANCIS ESTEVEZ
codia 00000

SELLO DE APROBACIÓN:

FECHA:

CONTENIDO:


PLANTA DETALLE DE VERJA

ESCALA:

1:400


NO. PÁGINA:

004

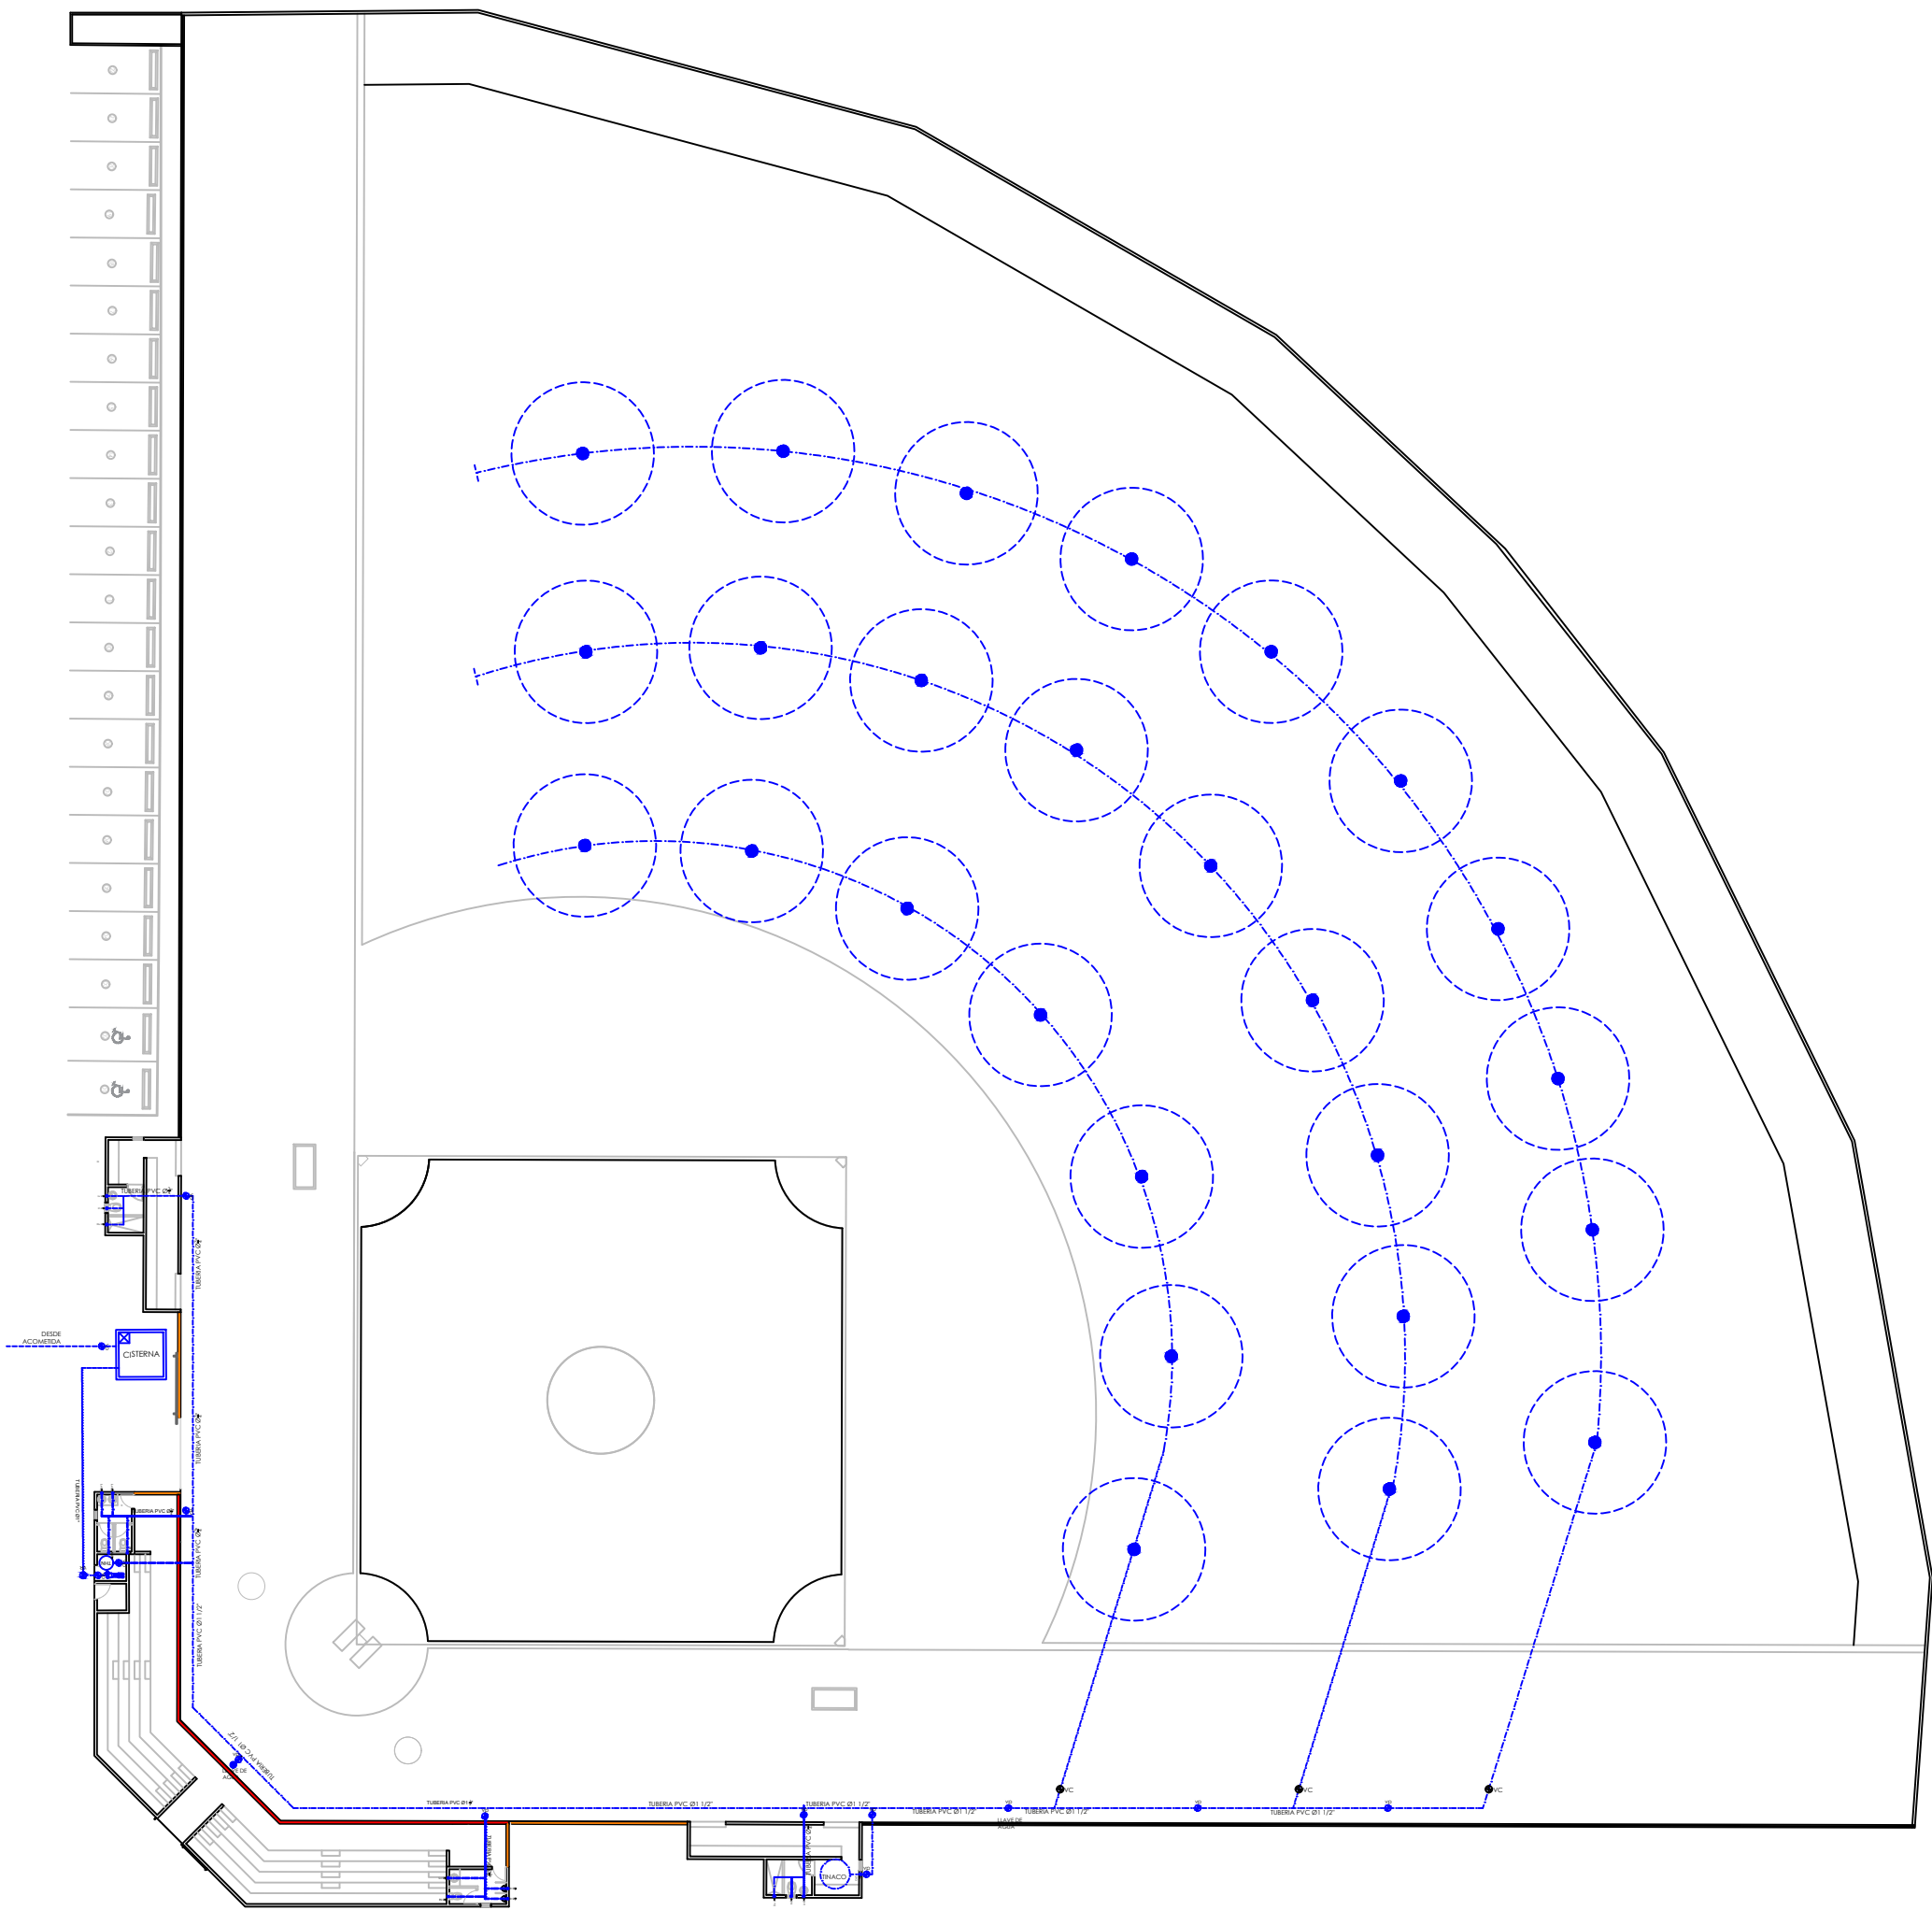


1
00


PLANTA INSTALACIONES SANITARIAS - AGUA POTABLE
ESC. 1:100

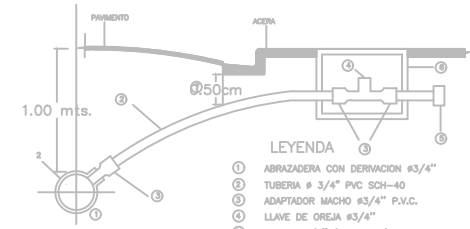


DETALLE DE ACOMETIDA

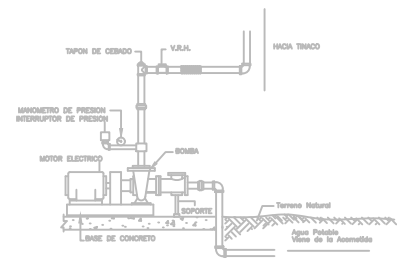


DETALLE EQUIPO DE BOMBEO

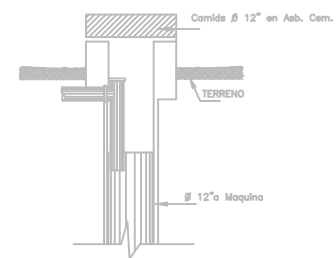

FILTRANTE

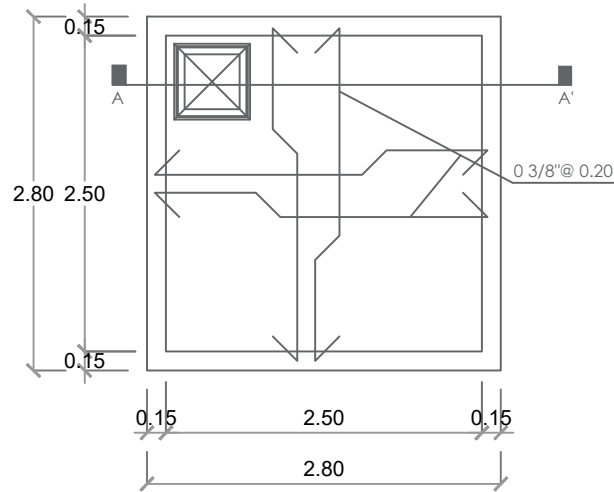

PLANTA CISTERNA

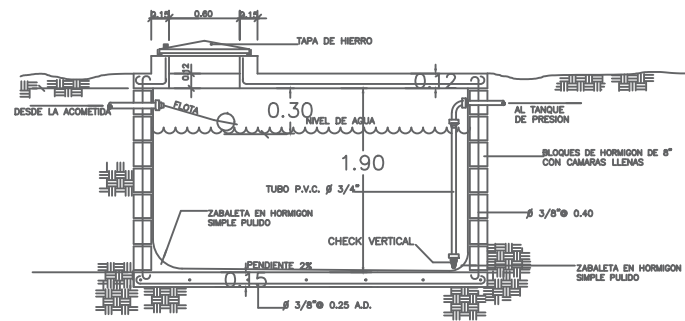

SECCION CISTERNA

LEYENDA SANITARIA					
SIMBOLO	ABREV.	DESCRIPCION	SIMBOLO	ABREV.	DESCRIPCION
	I	INODORO		VP	VALVULA DE PASO
	Lm	LAVAMANOS			TUBERIA
	D	DUCHA			ASPERSORES
	Fr	FREGADERO			LLAVE DE AGUA

DIRECCIÓN DESARROLLO
PROVINCIAL



Ave. Dr. Delgado, Esq. Moises Garcia,
Gazcue, Sto. Dgo., R.D.
TEL.: (809)-364-2189 | FAX.: (809)- 688-1665
E-Mail: info@cpadp.gob.do

PROYECTO:
**CONST CAMPO DE BESIBOL MARIO
VILLAMAN DOMINGUEZ,
SECTOR BARRANCON
LUPERON, PUERTO PLATA
REPUBLICA DOMINICANA**

EQUIPO DE TRABAJO:
DISEÑO ARQUITECTÓNICO
codia 00000

ENC. INGENIERÍA
ING. FIOR DALIZA BONIFACIO
codia 00000

ESTRUCTURAL
ING. Leopoldo Berroa Cordero
codia

ELÉCTRICO
ING. JUAN PÉREZ
codia 00000

HIDRO-SANITARIO
ING. FRANCIS ESTEVEZ
codia 00000


SELLO DE APROBACIÓN:

FECHA:

CONTENIDO:
PLANTA INSTALACIONES
SANITARIAS AGUA POTABLE

ESCALA:
1:400


NO. PÁGINA:
005

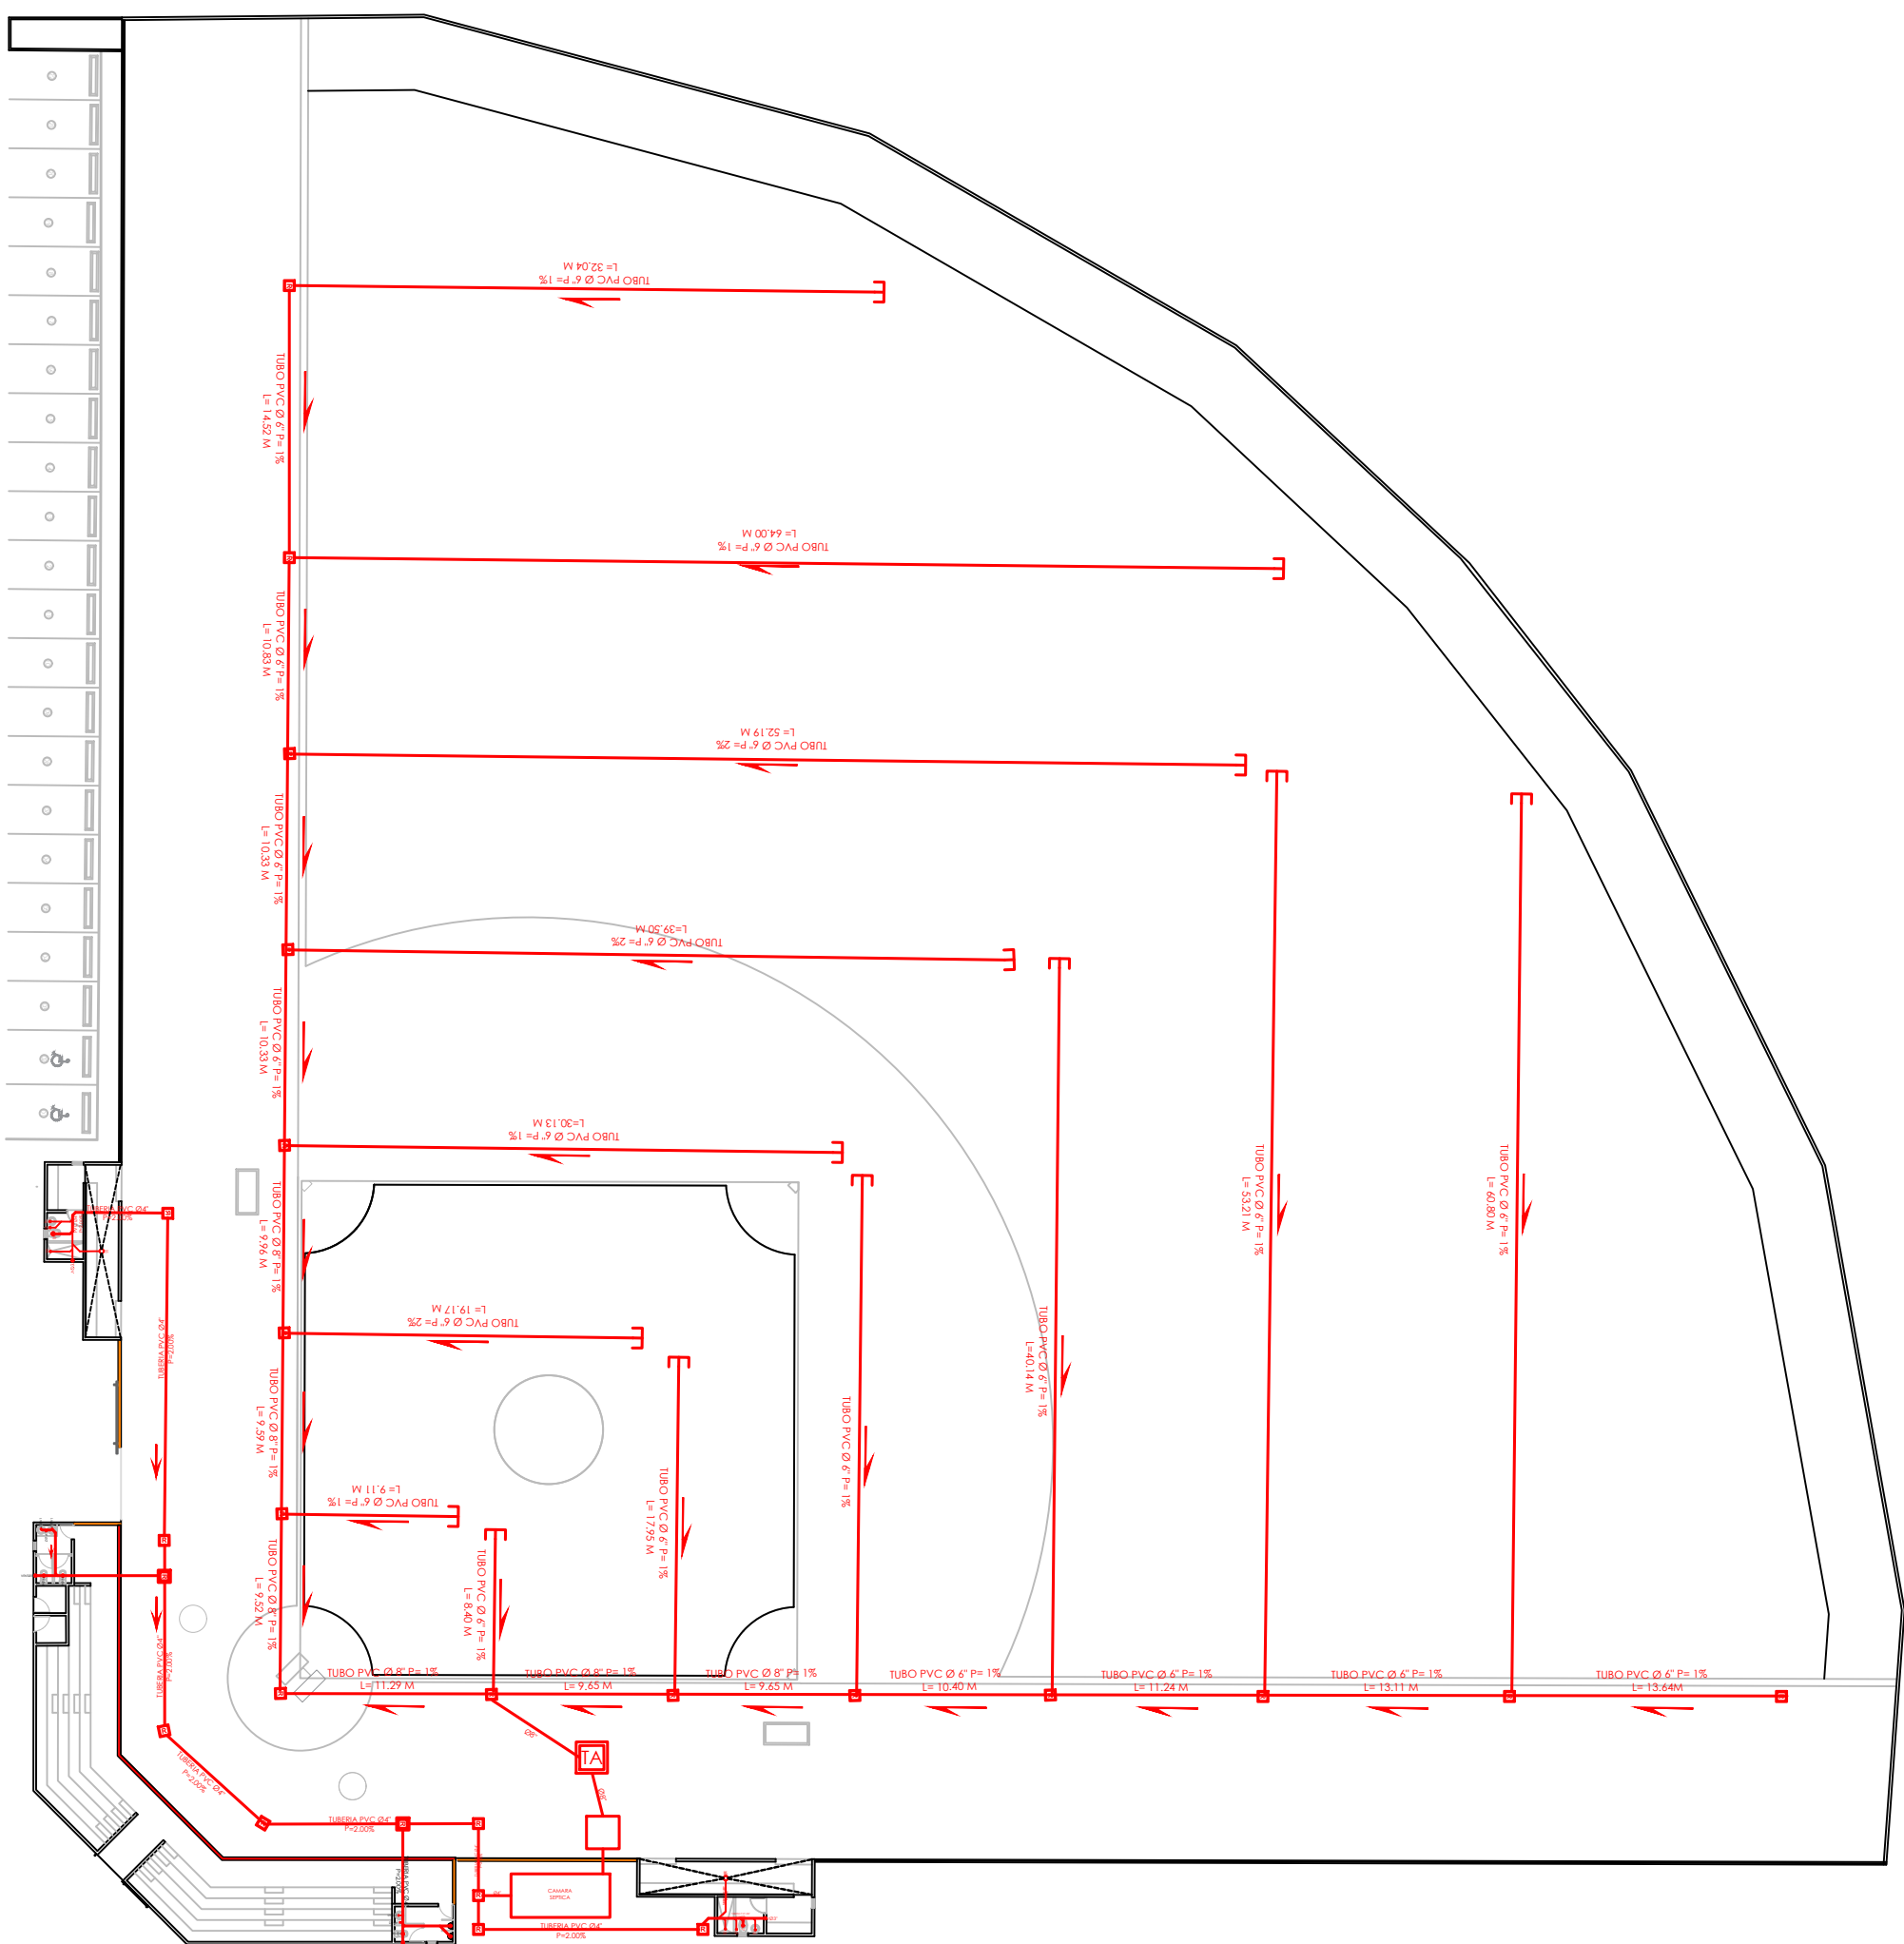


1
00

PLANTA INSTALACIONES SANITARIAS - AGUAS NEGRAS

ESC. 1:500

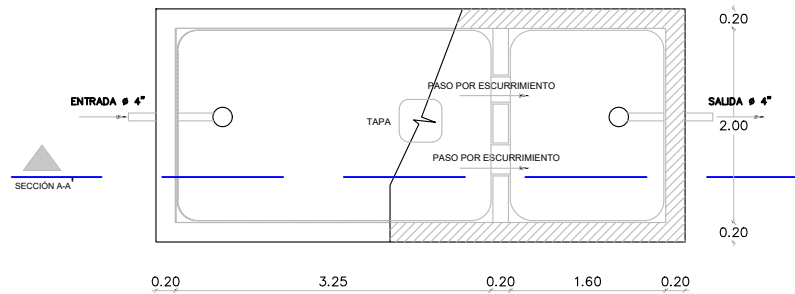


PLANTA

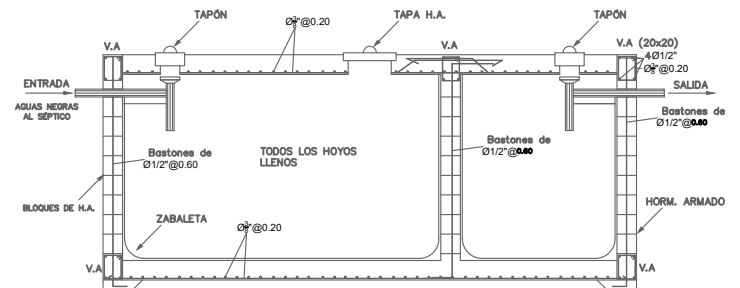


SECCIÓN A-A


DETALLE REGISTRO

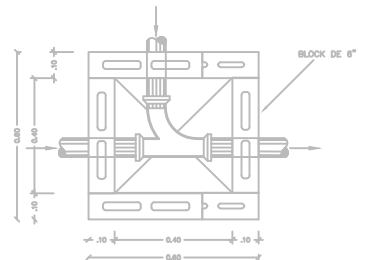

DETALLE TRAMPA DE ARENA

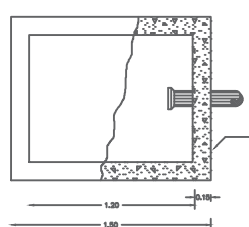


PLANTA

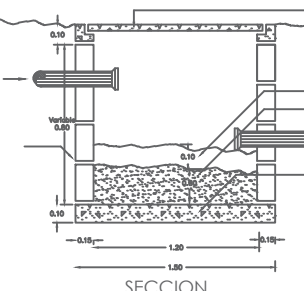


SECCION

PLANTA

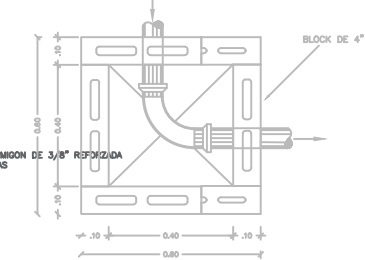


SECCION

PLANTA

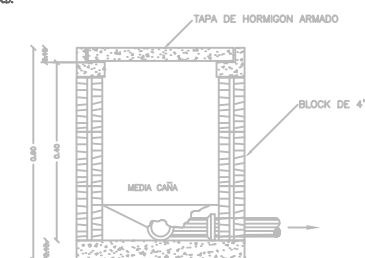

SECCION

DRENAJE CANALES RECOLECTORES DE AGUA PLUVIAL TERRENO DE JUEGO

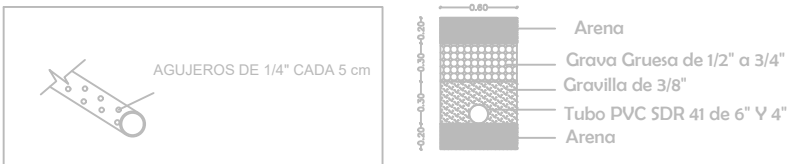


NOTA

- TODAS LAS TUBERIAS A USAR EN LOS SISTEMAS DE DESAGUES DE AGUA POTABLE, AGUAS NEGRAS Y PLUVIAL SERAN DE P.V.C
- LA PENDIENTE DE LAS TUBERIAS DEL SISTEMA DE DESAGUE DE AGUAS NEGRAS SERAN DE 2%
- LAS TUBERIAS DE VENTILACION SUBIRAN 0.30 M SOBRE EL NIVEL DE TECHO
- TUBERIA DE DRENAJE PLUVIAL PARA EL TERRENO DE JUEGO, TUBO DE 6\"/>
- LAS TUBERIA DE DRENAJE PLUVIAL EN PVC DEBEN SER RECUBIERTAS CON UNA MALLA GEOTEXTIL

LEYENDA SANITARIA

SIMBOLO	ABREV.	DESCRIPCION	SIMBOLO	ABREV.	DESCRIPCION
	i	INODORO		R	REGISTRO
	Lm	LAVAMANOS			TUBERIA
	D	DUCHA		TA	TRAMPA DE ARENA
	Fr	FREGADERO		CS	CAMARA SEPTICA

DIRECCIÓN DESARROLLO PROVINCIAL

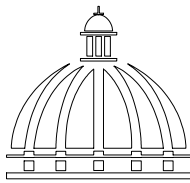

GOBIERNO DE LA
REPÚBLICA DOMINICANA

Ave. Dr. Delgado, Esq. Moises Garcia,
Gazcue, Sto. Dgo., R.D.
TEL.: (809)-364-2189 | FAX.: (809)- 688-1665
E-Mail: info@cpadp.gob.do

PROYECTO:

**CONST CAMPO DE BESIBOL MARIO
VILLAMAN DOMINGUEZ,
SECTOR BARRANCON
LUPERON, PUERTO PLATA
REPUBLICA DOMINICANA**

EQUIPO DE TRABAJO:

DISEÑO ARQUITECTÓNICO

codia 00000

ENC. INGENIERÍA
ING. FIOR DALIZA BONIFACIO
codia 00000

ESTRUCTURAL
ING. Leopoldo Berroa Cordero
codia

ELÉCTRICO
ING. JUAN PÉREZ
codia 00000

HIDRO-SANITARIO
ING. FRANCIS ESTEVEZ
codia 00000

SELLO DE APROBACIÓN:


FECHA:

CONTENIDO:
**PLANTA INSTALACIONES
SANITARIAS AGUAS NEGRAS**

ESCALA:
1:400

NO. PÁGINA:

006

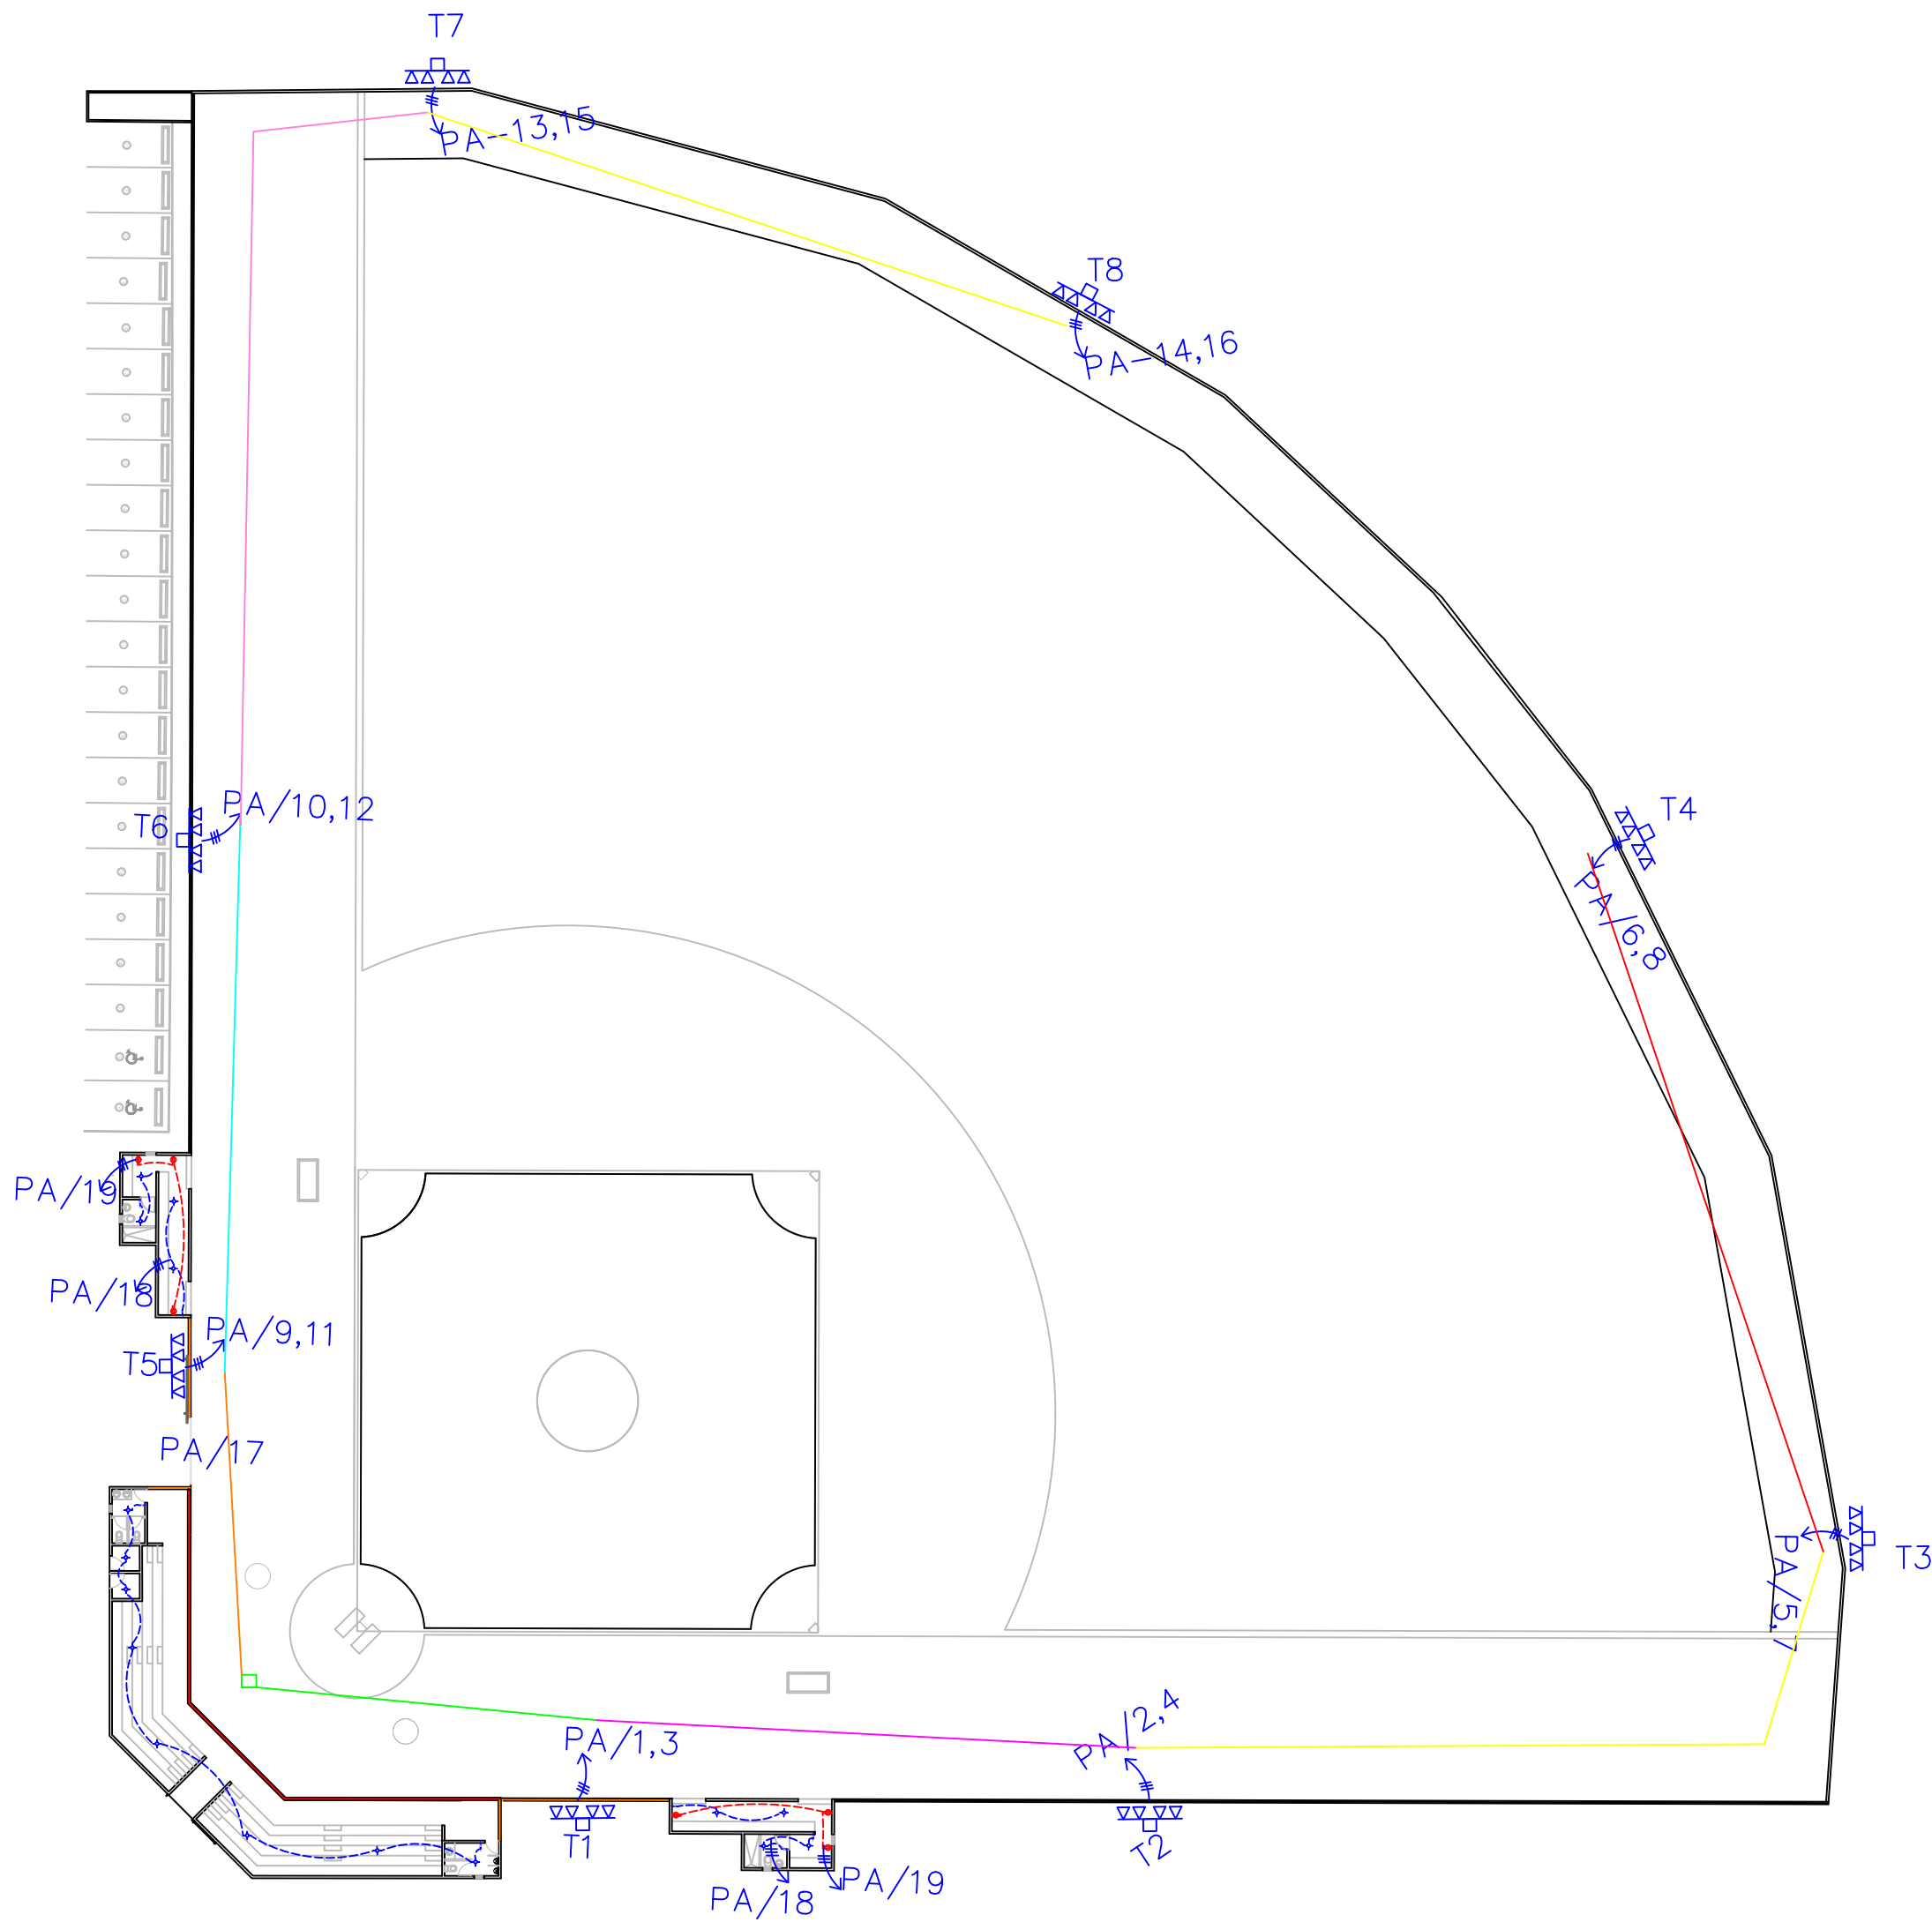

LEYENDA	
SIMBOLOGÍA	NOMBRE
	Luces de Techo
	Luces colgante tipo campana
	Lampara flour 4x4
	Lampara flour 2x4
	Luces de Pared
	Interruptores sencillo, 15A, 120V
	Interruptores doble, 15A, 120V
	Interruptores triple, 15A, 120V
	Interruptores 3 Way, 15A, 120V
	Interruptores 4 Way, 15A, 120V
	Interruptores Con luz piloto, 15A, 120V
	Poste Hormigon Armado 50' con escalerilla lampara MH, 1500W, 240 V
	Toma Corriente 120V, Doble, 20A
	Toma Corriente 240V, Sencilla, 30A
	Toma Corriente 120 de UPS, Doble, 20A
	Teléfono
	Antena de Televisión
	Data
	Hacia el Panel con 2 hilos
	Hacia el Panel con 3 hilos
	Tubería Empotrada en Losa
	Tubería Empotrada en Tierra
	Panel de Distribución Eléctrica
	Panel Board
	Breaker
	Registro
	Medidor o contador
	Transformador
	Abanico de Techo
	Equipos Eléctricos
	Transfer Switch
	Módulo de Contador
	Enclosed Breaker
	Tubería Empotrada con 3 hilos
	Inversor, UPS

DIRECCIÓN DESARROLLO
PROVINCIAL



Ave. Dr. Delgado, Esq. Moises Garcia,
Gazcue, Sto. Dgo., R.D.
TEL.: (809)-364-2189 | FAX.: (809)- 688-1665
E-Mail: info@cpadp.gob.do

PROYECTO:
**CONST CAMPO DE BESIBOL MARIO
VILLAMAN DOMINGUEZ,
SECTOR BARRANCON
LUPERON, PUERTO PLATA
REPUBLICA DOMINICANA**

EQUIPO DE TRABAJO:
DISEÑO ARQUITECTÓNICO
codia 00000

ENC. INGENIERÍA
ING. FIOR DALIZA BONIFACIO
codia 00000

ESTRUCTURAL
ING. Leopoldo Berroa Cordero
codia

ELÉCTRICO
ING. JUAN PÉREZ
codia 00000

HIDRO-SANITARIO
ING. FRANCIS ESTEVEZ
codia 00000

SELLO DE APROBACIÓN:

FECHA:

CONTENIDO:
PLANTA INSTALACIONES
ELECTRICAS



ESCALA:
1:400

NO. PÁGINA:
007




PLANTA INSTALACIONES ELECTRICAS

ESC. 1:500

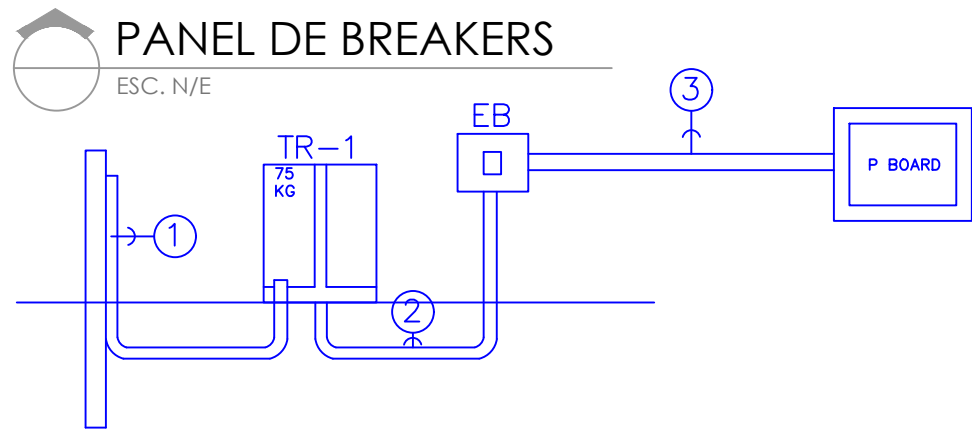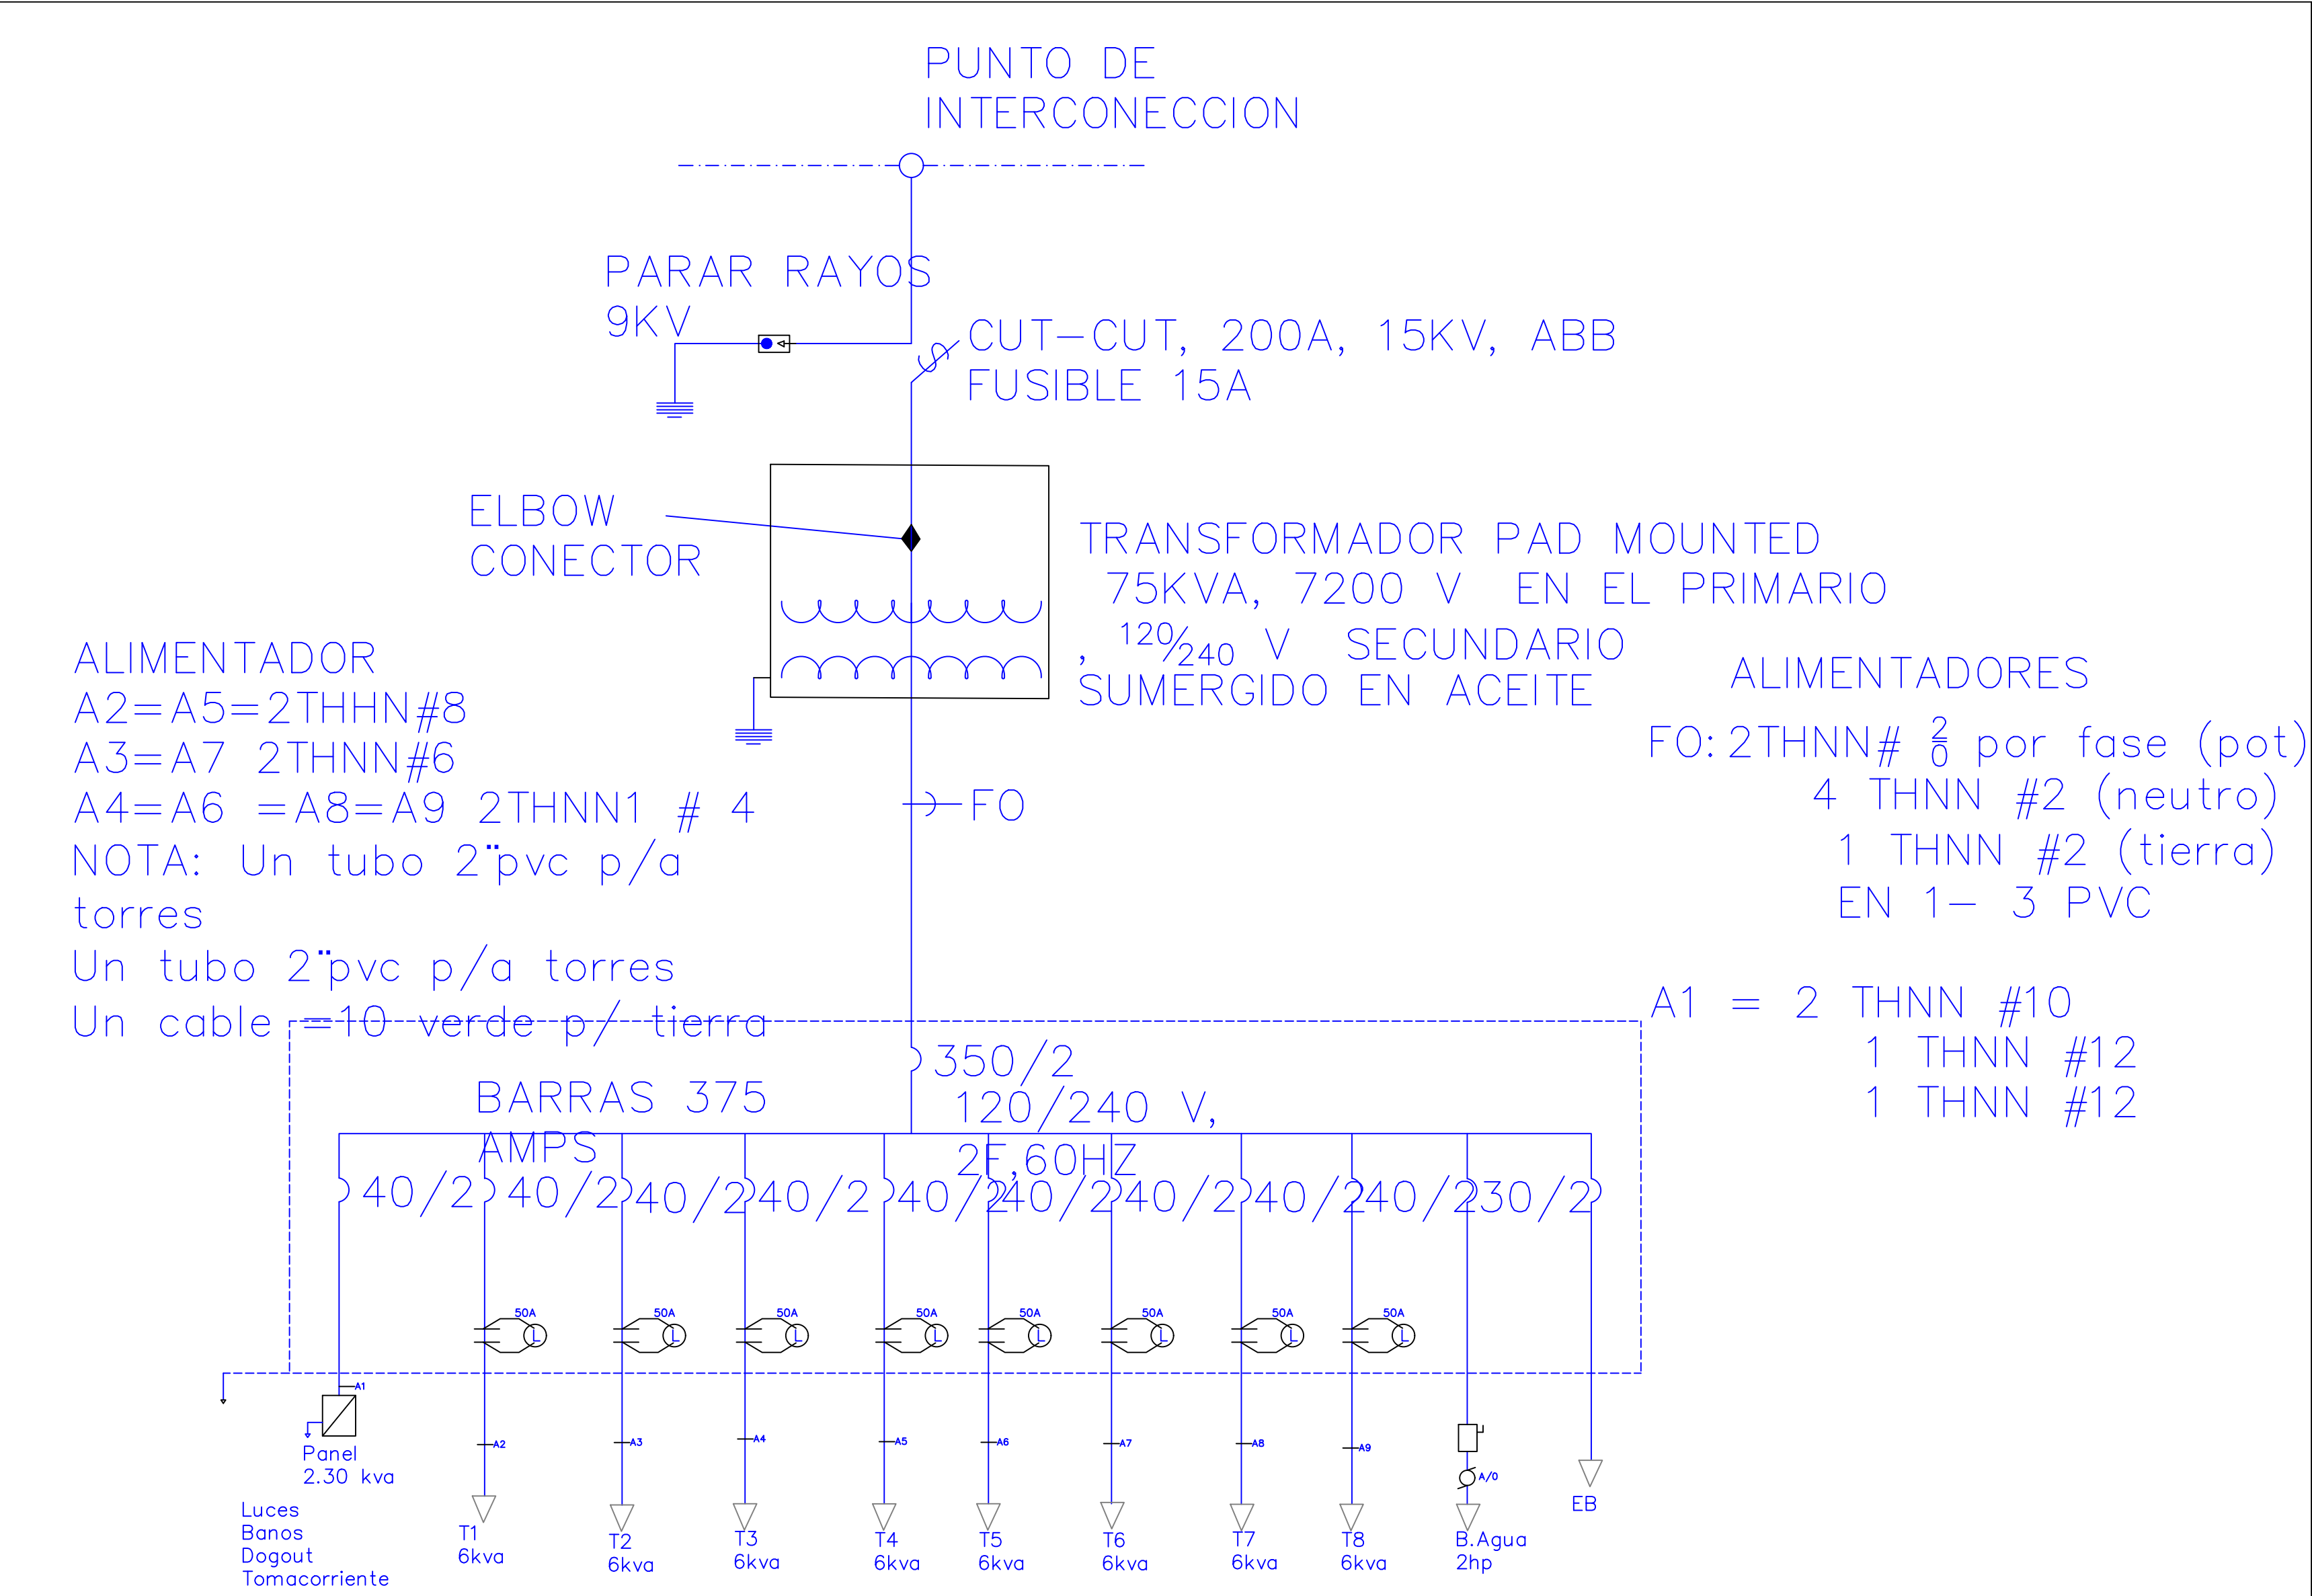

DIRECCIÓN DESARROLLO PROVINCIAL

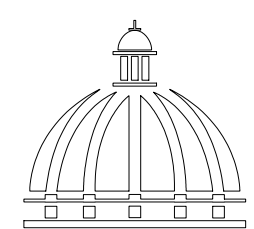

GOBIERNO DE LA REPÚBLICA DOMINICANA

Ave. Dr. Delgado, Esq. Moises Garcia, Gazcue, Sto. Dgo., R.D.
TEL.: (809)-364-2189 | FAX.: (809)- 688-1665
E-Mail: info@cpadp.gob.do

PROYECTO:

CONST CAMPO DE BESIBOL MARIO VILLAMAN DOMINGUEZ, SECTOR BARRANCON LUPERON, PUERTO PLATA REPUBLICA DOMINICANA

EQUIPO DE TRABAJO:

DISEÑO ARQUITECTÓNICO

codia 00000

ENC. INGENIERÍA
ING. FIOR DALIZA BONIFACIO
codia 00000

ESTRUCTURAL
ING.
codia 00000

ELÉCTRICO
ING.
codia 00000

HIDRO-SANITARIO
ING.
codia 00000

SELLO DE APROBACIÓN:

FECHA:

CONTENIDO:


DIAGRAMA UNIFILAR

ESCALA:

N/A

NO. PÁGINA:

008

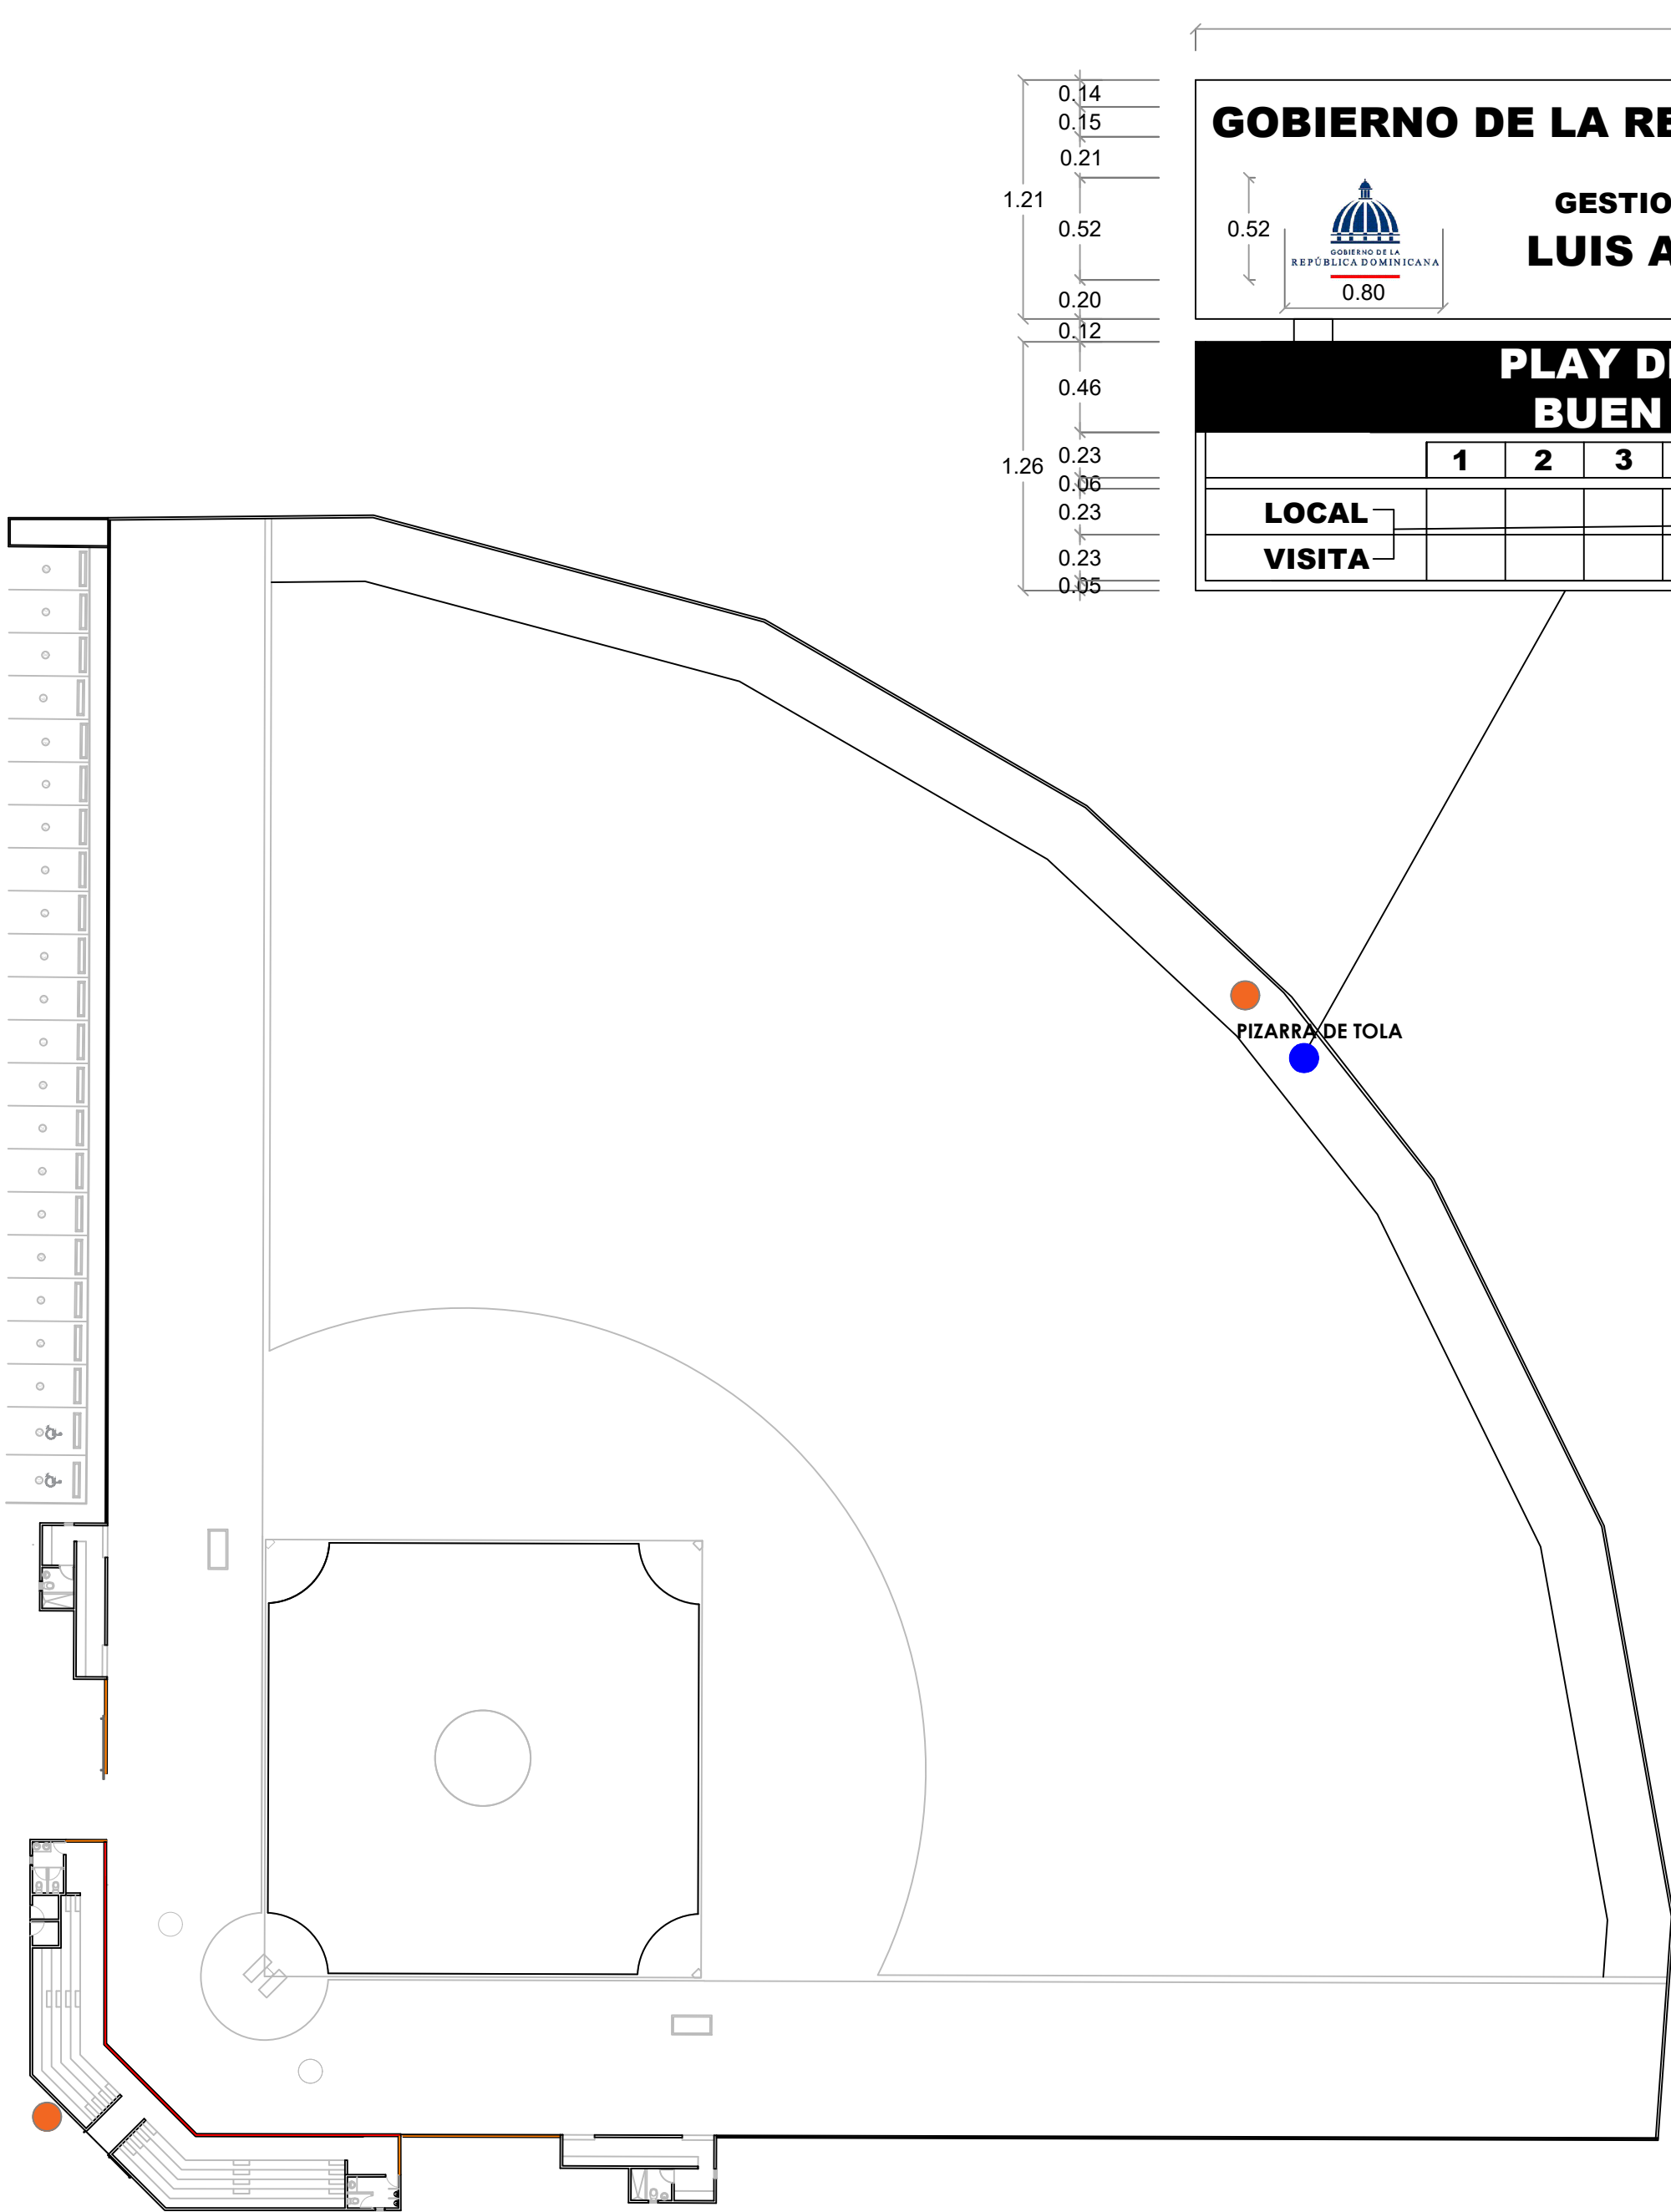

LEYENDA ZONIFICACION DE LOGOS		
SIMBOLO	DESCRIPCION	CANTIDAD
●	LOGOS	2

NOTA: CADA LOGO TENDRA DE DIAMETRO 1.20 M
ESTA CENTRALIZADO RESPECTO AL ESPACIO
DONDE SE UBICA, ESTO ES DE ACUERDO AL
ANCHO Y AL ALTO DEL AREA

DIRECCIÓN DESARROLLO
PROVINCIAL



Ave. Dr. Delgado, Esq. Moises Garcia,
Gazcue, Sto. Dgo., R.D.
TEL.: (809)-364-2189 | FAX.: (809)- 688-1665
E-Mail: info@cpadp.gob.do

PROYECTO:
**CONST CAMPO DE BESIBOL MARIO
VILLAMAN DOMINGUEZ,
SECTOR BARRANCON
LUPERON, PUERTO PLATA
REPUBLICA DOMINICANA**

EQUIPO DE TRABAJO:

DISEÑO ARQUITECTÓNICO
codia 00000

ENC. INGENIERÍA
ING. FIOR DALIZA BONIFACIO
codia 00000

ESTRUCTURAL
ING. Leopoldo Berroa Cordero
codia

ELÉCTRICO
ING. JUAN PÉREZ
codia 00000

HIDRO-SANITARIO
ING. FRANCIS ESTEVEZ
codia 00000

SELLO DE APROBACIÓN:

FECHA:

CONTENIDO:
DETALLE UBICACION
LOGOS Y PIZARRA

ESCALA:
1:400

 
NO. PÁGINA:
009



PROYECTO:

**CONST CAMPO DE BESIBOL MARIO
VILLAMAN DOMINGUEZ,
SECTOR BARRANCON
LUPERON, PUERTO PLATA
REPUBLICA DOMINICANA**

SELO DE APROBACION

010



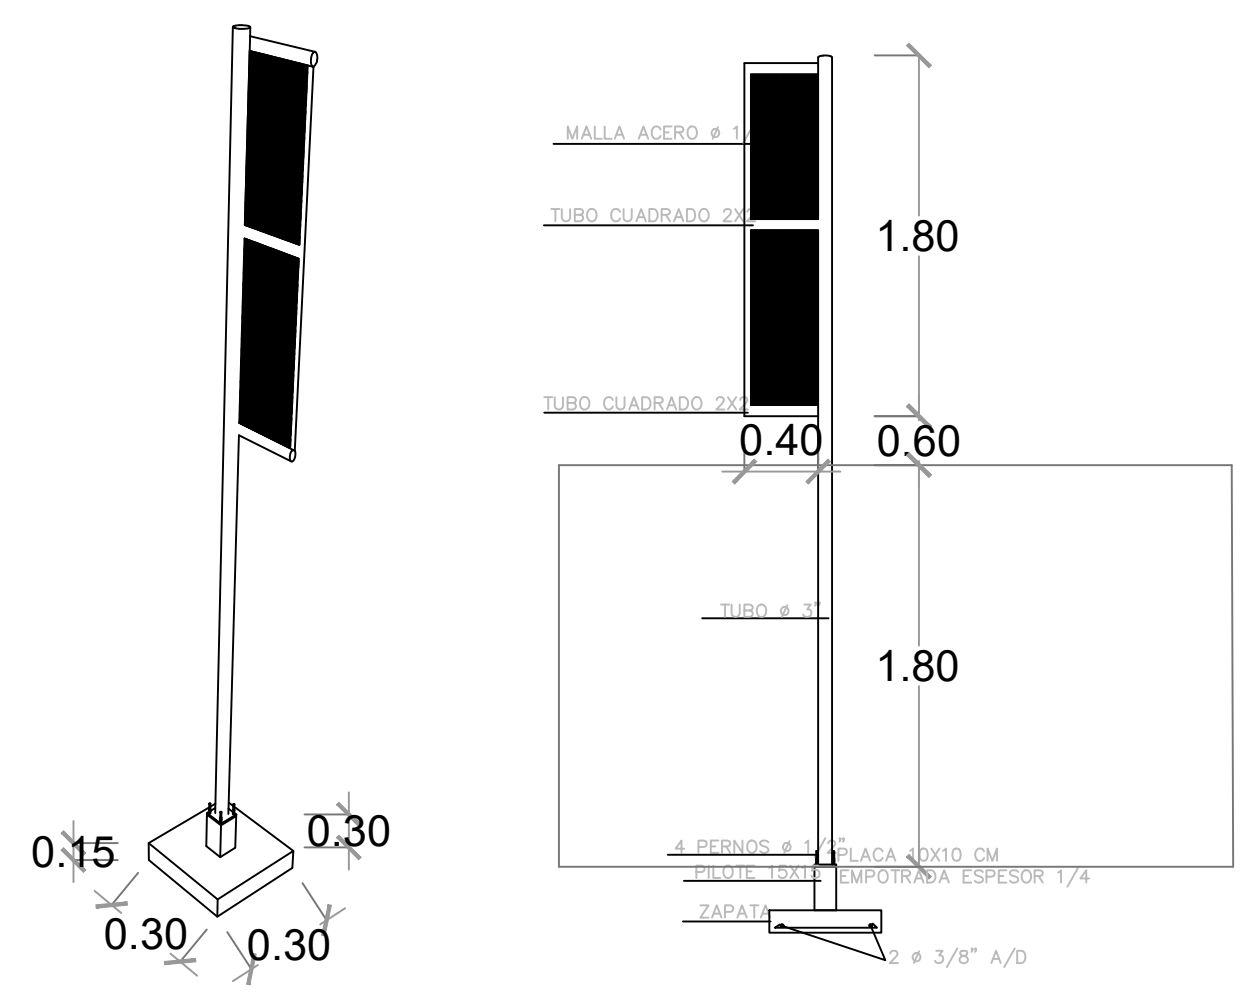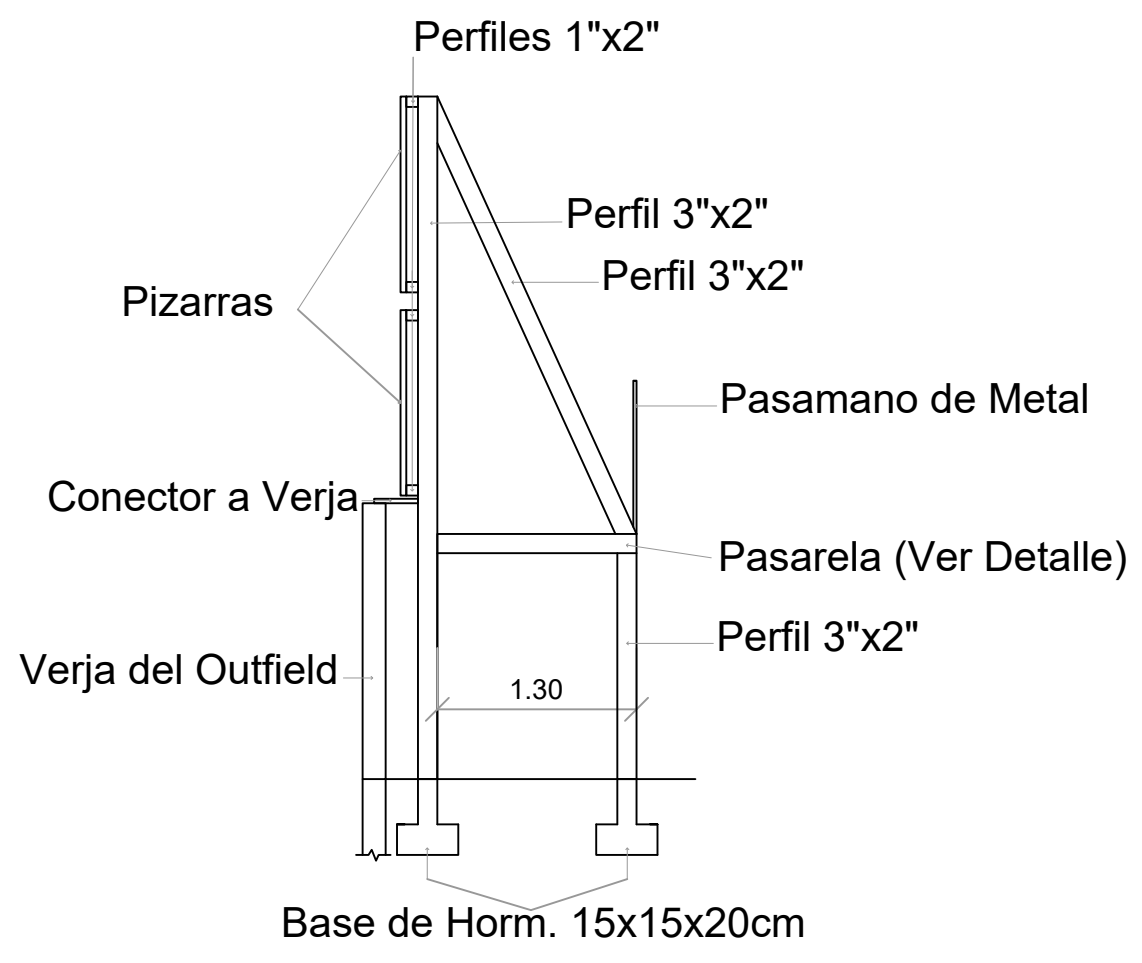

DETALLES POSTE DE FOUL
ESC. 1:100

DETALLES DE PIZARRA EN TOLA
ESC. 1:100

DIRECCIÓN DESARROLLO PROVINCIAL



Ave. Dr. Delgado, Esq. Moises Garcia, Gazcue, Sto. Dgo., R.D.
TEL.: (809)-364-2189 | FAX.: (809)- 688-1665
E-Mail: info@cpadp.gob.do

PROYECTO:

CONST CAMPO DE BESIBOL MARIO VILLAMAN DOMINGUEZ, SECTOR BARRANCON LUPERON, PUERTO PLATA REPUBLICA DOMINICANA

EQUIPO DE TRABAJO:

DISEÑO ARQUITECTONICO ARQ. codia 00000

ENC. INGENIERIA ING. FIOR DALIZA BONIFACIO codia 00000

ESTRUCTURAL ING. codia 00000

ELECTRICO ING. codia 00000

HIDRO-SANITARIO ING. codia 00000

SELLO DE APROBACION

FECHA

CONTENIDO:

DETALLES DE PIZARRA Y POSTE DE FOUL

ESCALA:

1:100

ESCALA:

NO. PAGINA:

011

PROYECTO:

**CONST CAMPO DE BESIBOL MARIO
VILLAMAN DOMINGUEZ,
SECTOR BARRANCON
LUPERON, PUERTO PLATA
REPUBLICA DOMINICANA**

EQUIPO DE TRABAJO:

DISEÑO ARQUITECTONICO

codia 00000

ENC. INGENIERIA
ING. FIOR DALIZA BONIFACIO

codia 00000

ESTRUCTURAL

ING.

codia 00000

ELECTRICO

ING.

codia 00000

HIDRO-SANITARIO

ING.

codia 00000

SELLO DE APROBACION

FECHA


CONTENIDO:

ESCALA:

1:50

NO. PAGINA:

012

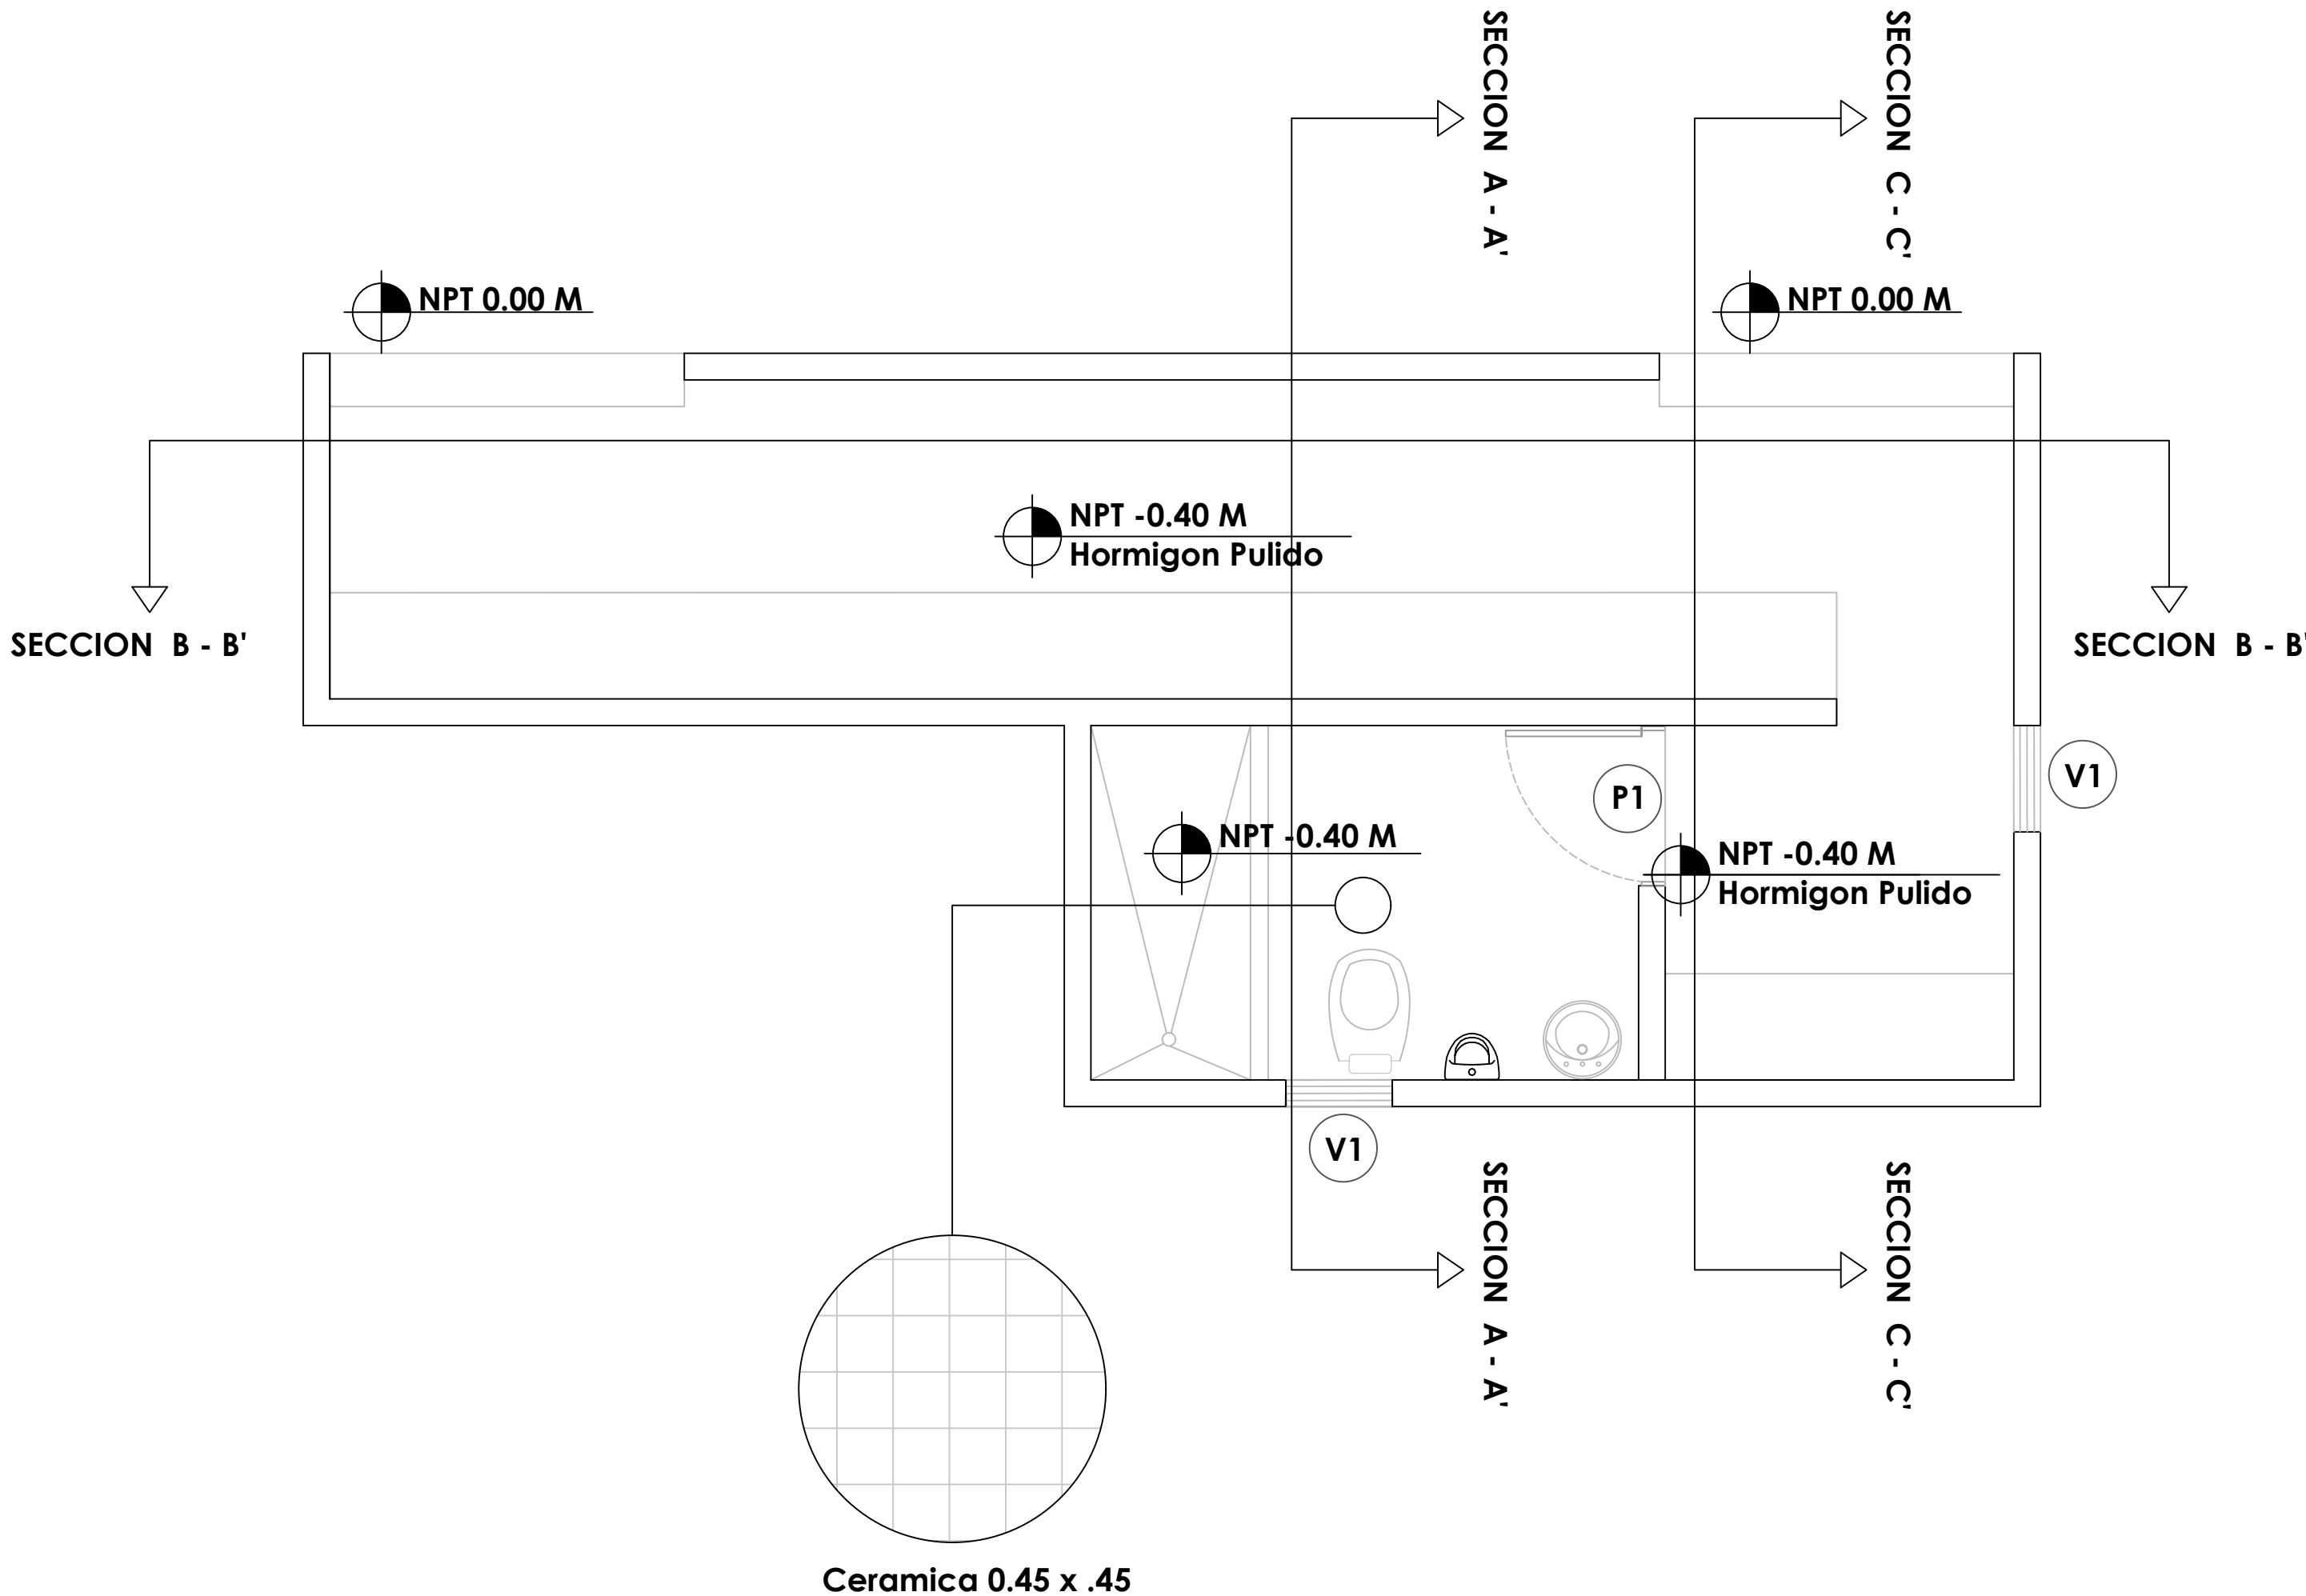

LEYENDA ZONIFICACION DE LOGOS

SIMBOLO	DESCRIPCION	CANTIDAD
V1	VENTANA DE CELOSIA METALICA Dim= 0.60 m X 0.60 m	2
P1	PUERTA POLIMETALICA EVERDOOR Dim= 0.90 m X 2.10 m	1

PROYECTO:

CONST CAMPO DE BESIBOL MARIO
VILLAMAN DOMINGUEZ,
SECTOR BARRANCON
LUPERON, PUERTO PLATA
REPUBLICA DOMINICANA

EQUIPO DE TRABAJO:

DISEÑO ARQUITECTONICO

codia 00000

ENC. INGENIERIA
ING. FIOR DALIZA BONIFACIO

codia 00000

ESTRUCTURAL

ING.

codia 00000

ELECTRICO

ING.

codia 00000

HIDRO-SANITARIO

ING.

codia 00000

SELO DE APROBACION

FECHA


CONTENIDO:

ESCALA:

1:50


NO. PAGINA:

013

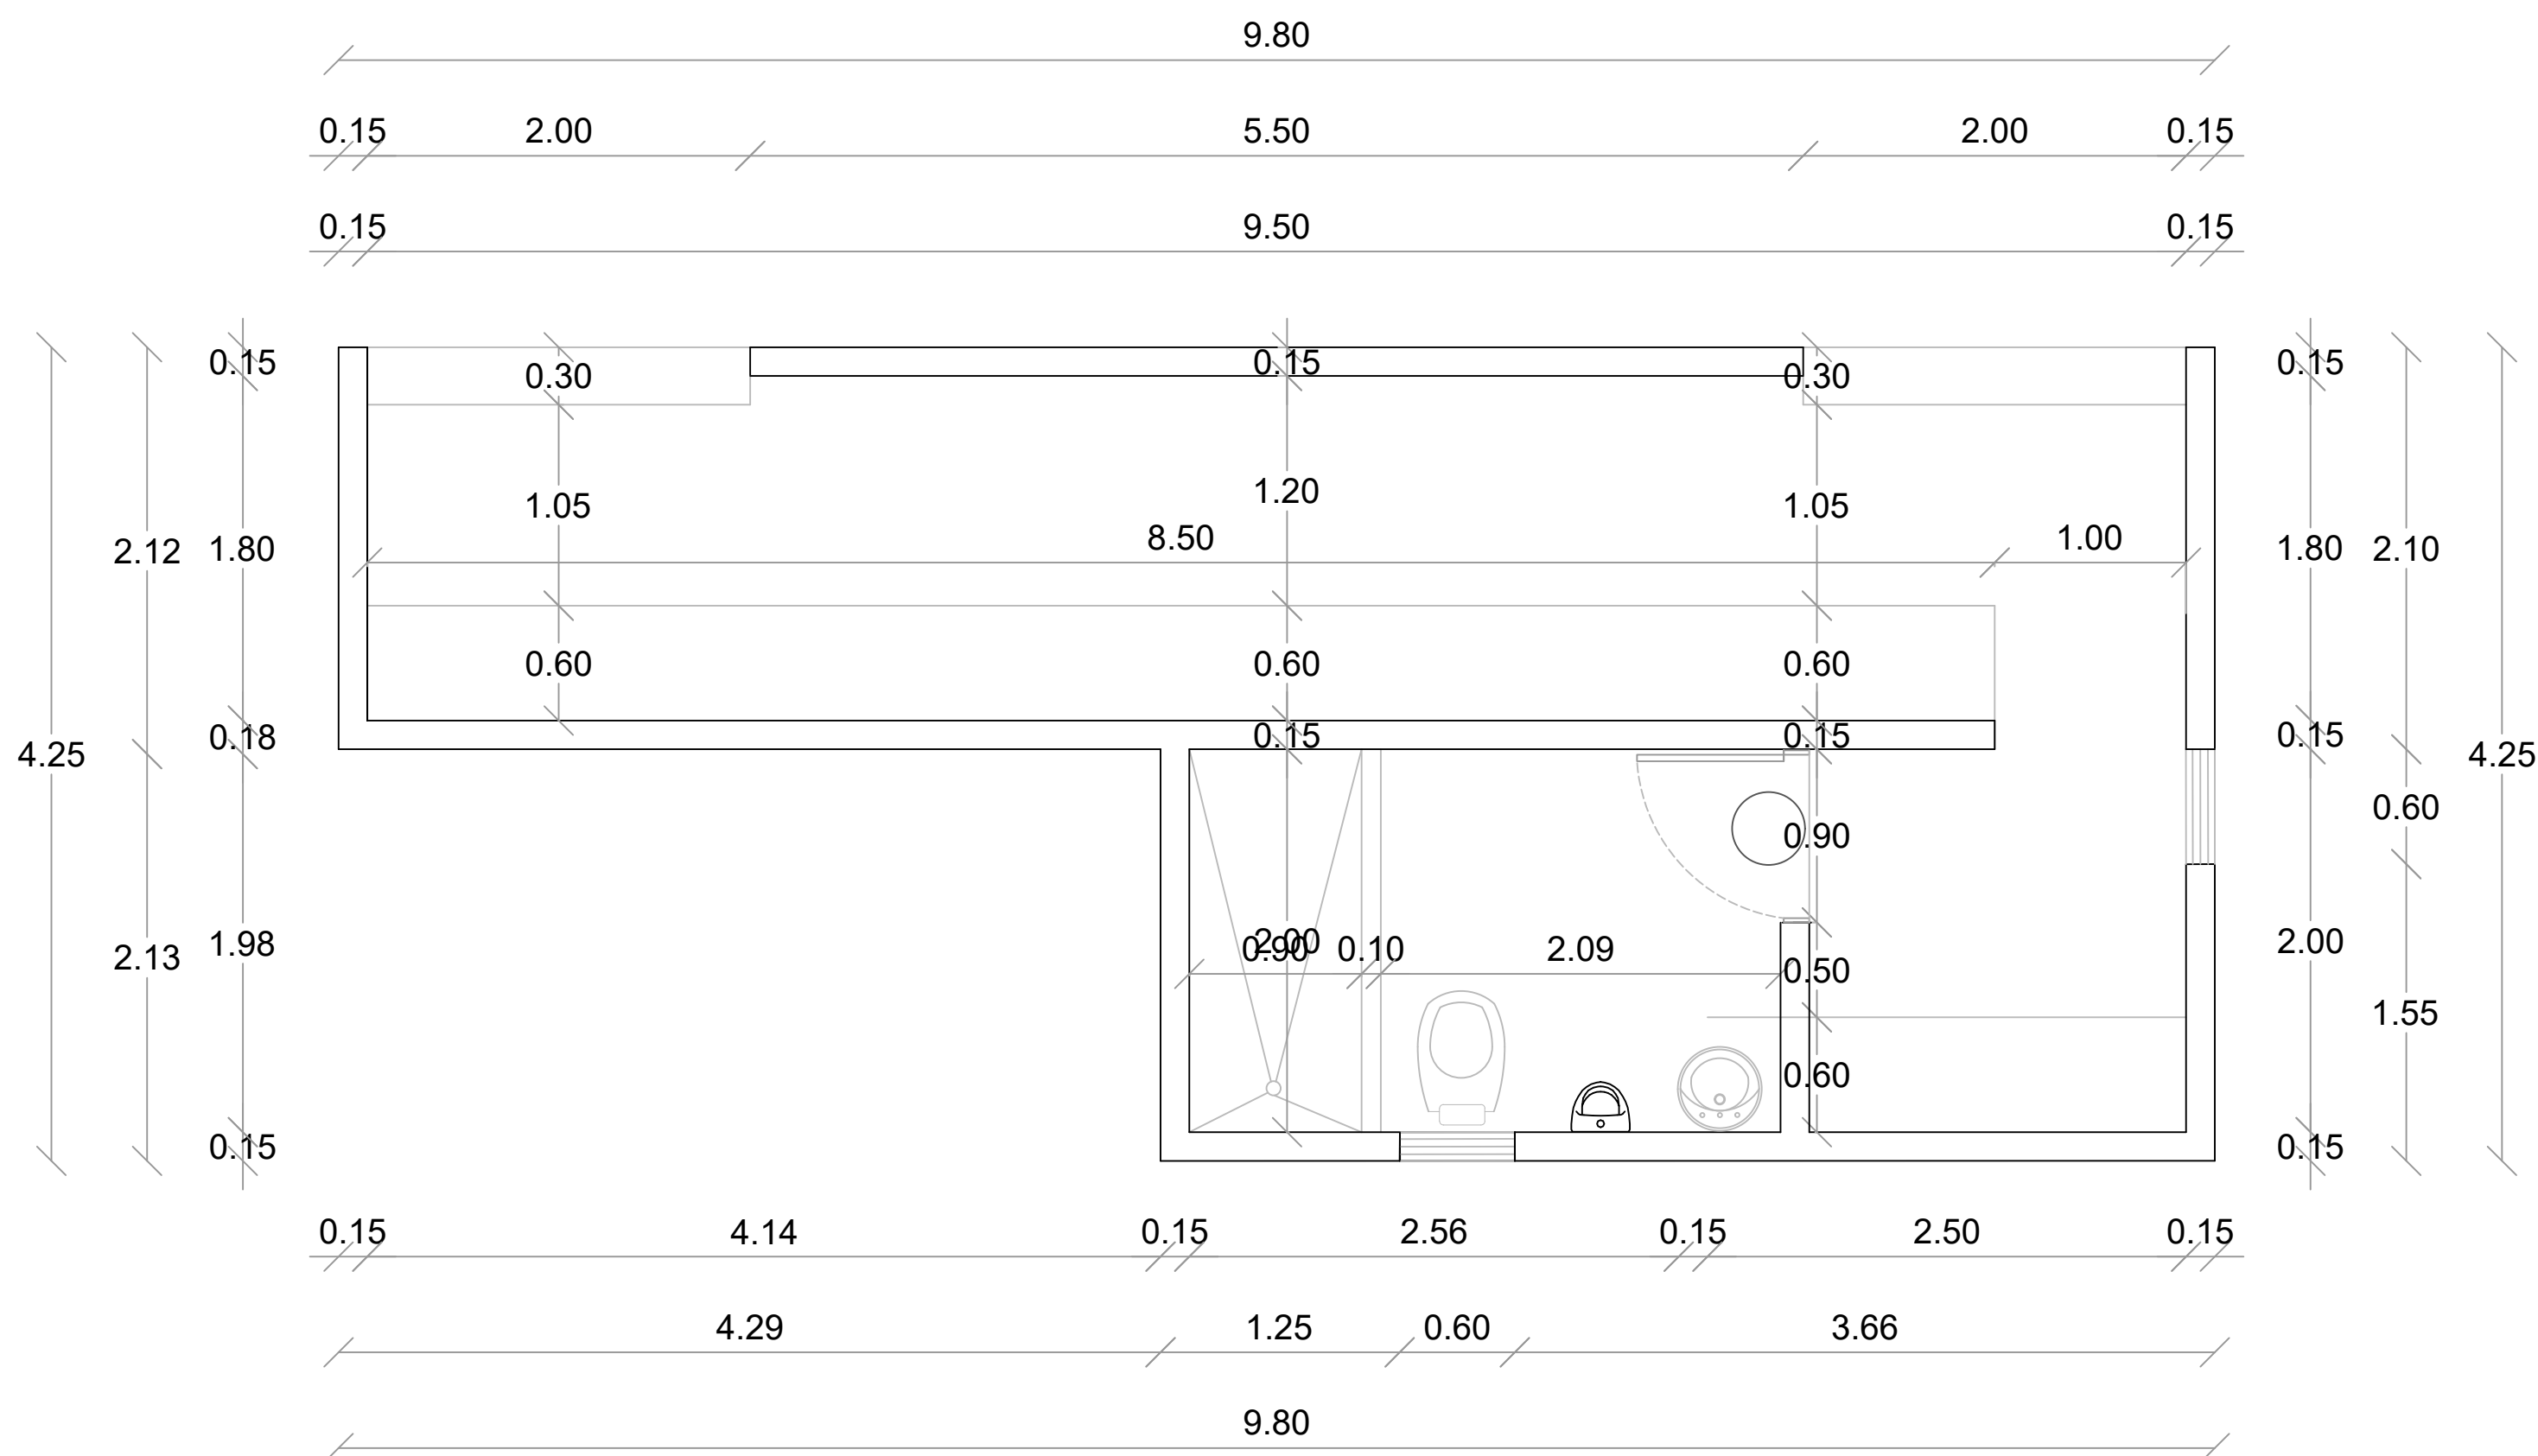


PLANTA ARQ. DIMENSIONADA - DUGOUT

ESC. 1:50

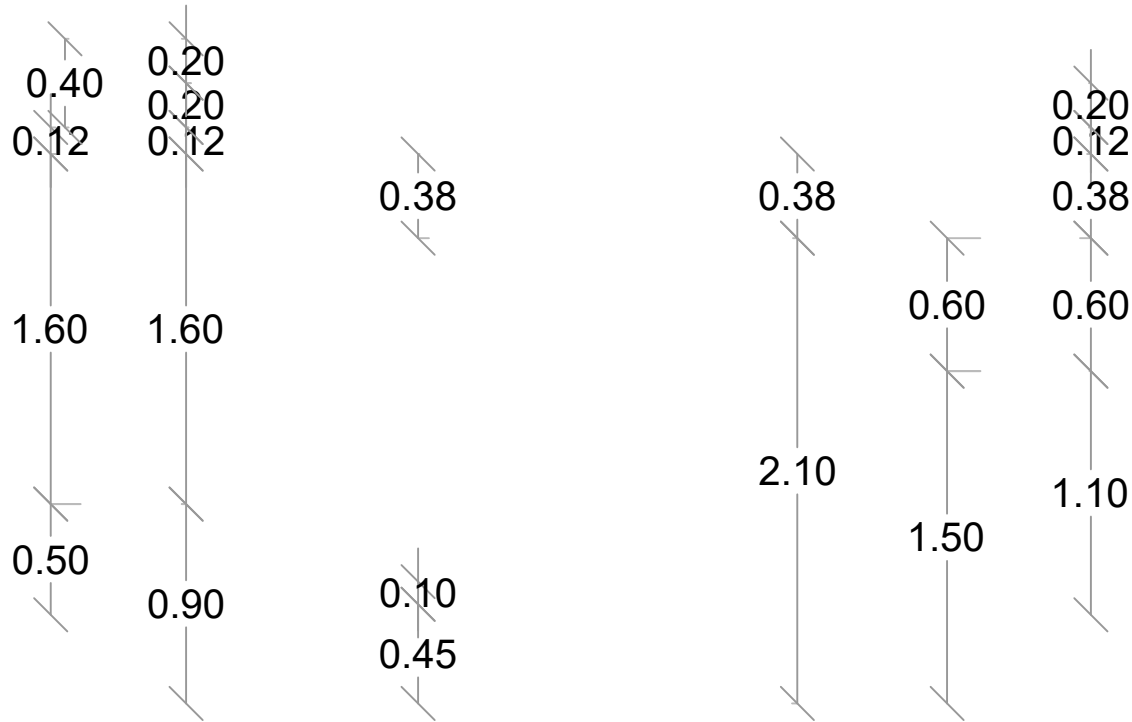


1
00
SECCION A-A' - DIMENSIONADA
ESC. 1:50

1
00
SECCION A-A' - DETALLE
ESC. 1:50

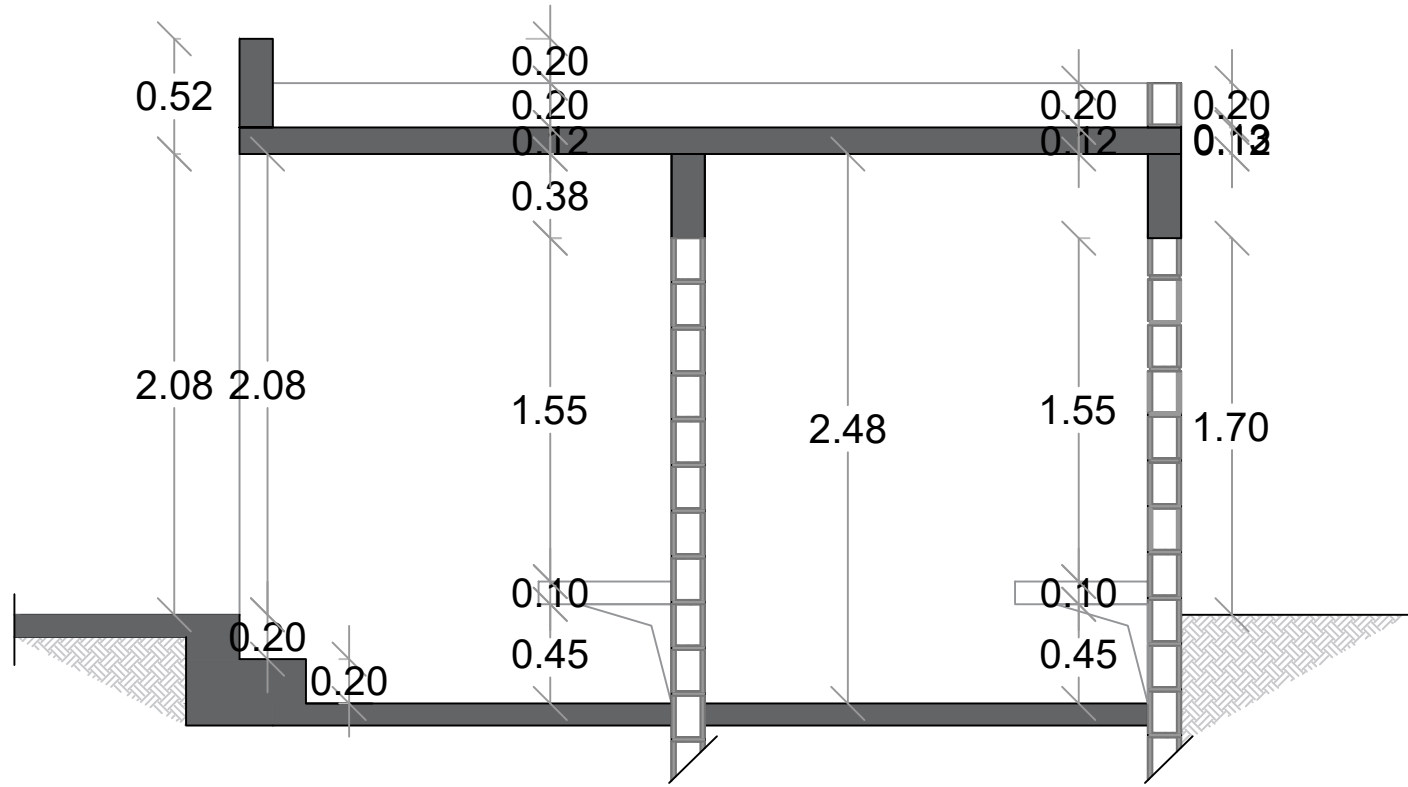

1
00
SECCION C-C' - DIMENSIONADA
ESC. 1:50

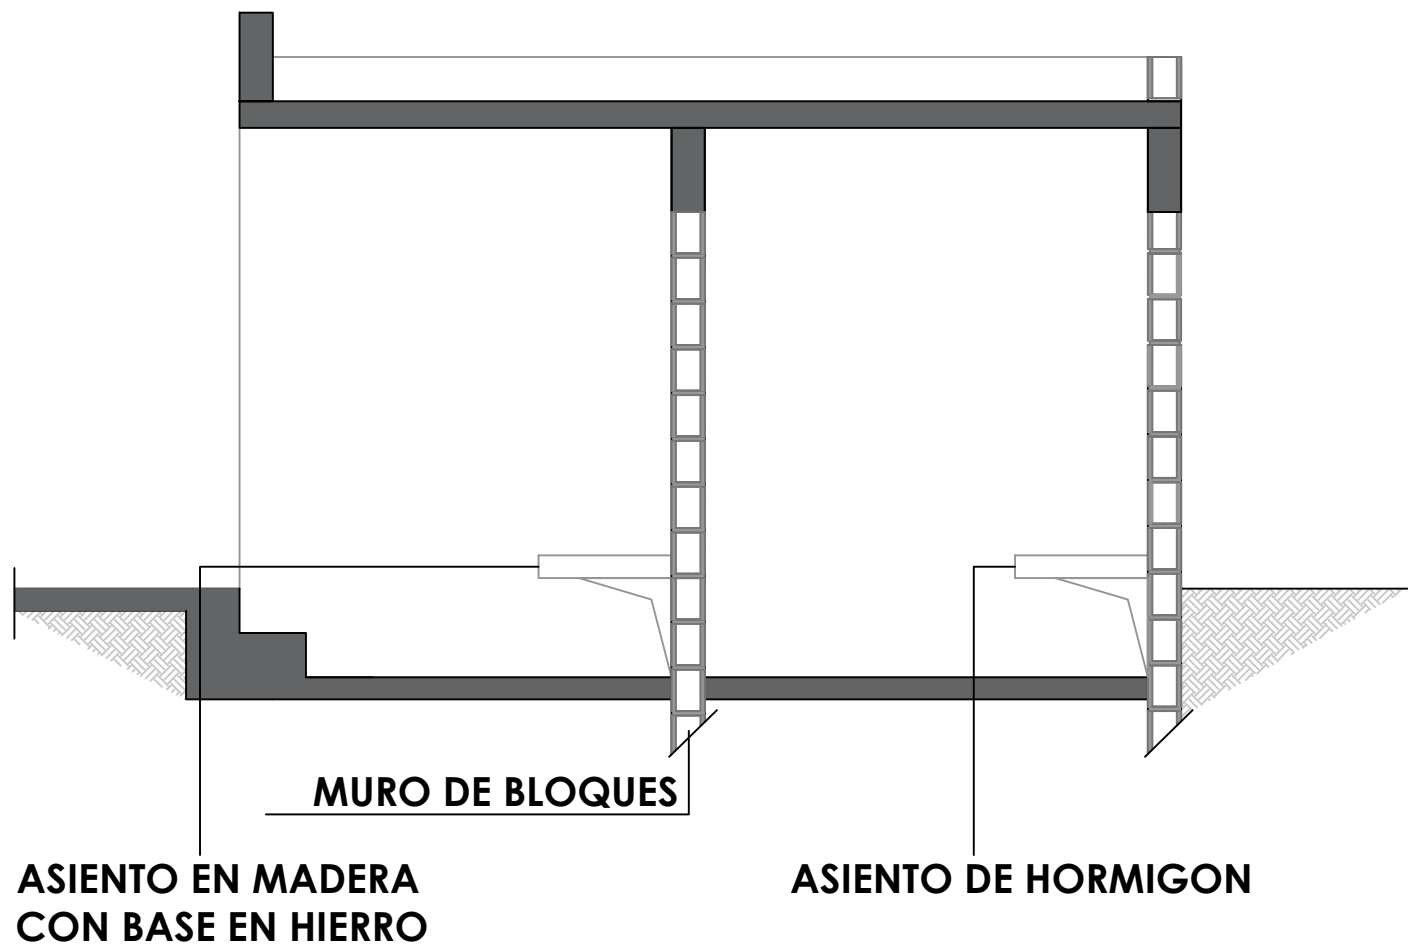

1
00
SECCION C-C' - DETALLE
ESC. 1:50

DIRECCIÓN DESARROLLO
PROVINCIAL



Ave. Dr. Delgado, Esq. Moises Garcia,
Gazcue, Sto. Dgo., R.D.
TEL.: (809)-364-2189 | FAX.: (809)- 688-1665
E-Mail: info@cpadp.gob.do

PROYECTO:
**CONST CAMPO DE BESIBOL MARIO
VILLAMAN DOMINGUEZ,
SECTOR BARRANCON
LUPERON, PUERTO PLATA
REPUBLICA DOMINICANA**

EQUIPO DE TRABAJO:

DISEÑO ARQUITECTONICO

codia 00000

ENC. INGENIERIA
ING. FIOR DALIZA BONIFACIO

codia 00000

ESTRUCTURAL

ING.

codia 00000

ELECTRICO

ING.

codia 00000

HIDRO-SANITARIO

ING.

codia 00000

SELLO DE APROBACION

FECHA


CONTENIDO:

ESCALA:

1:50

NO. PAGINA:

014

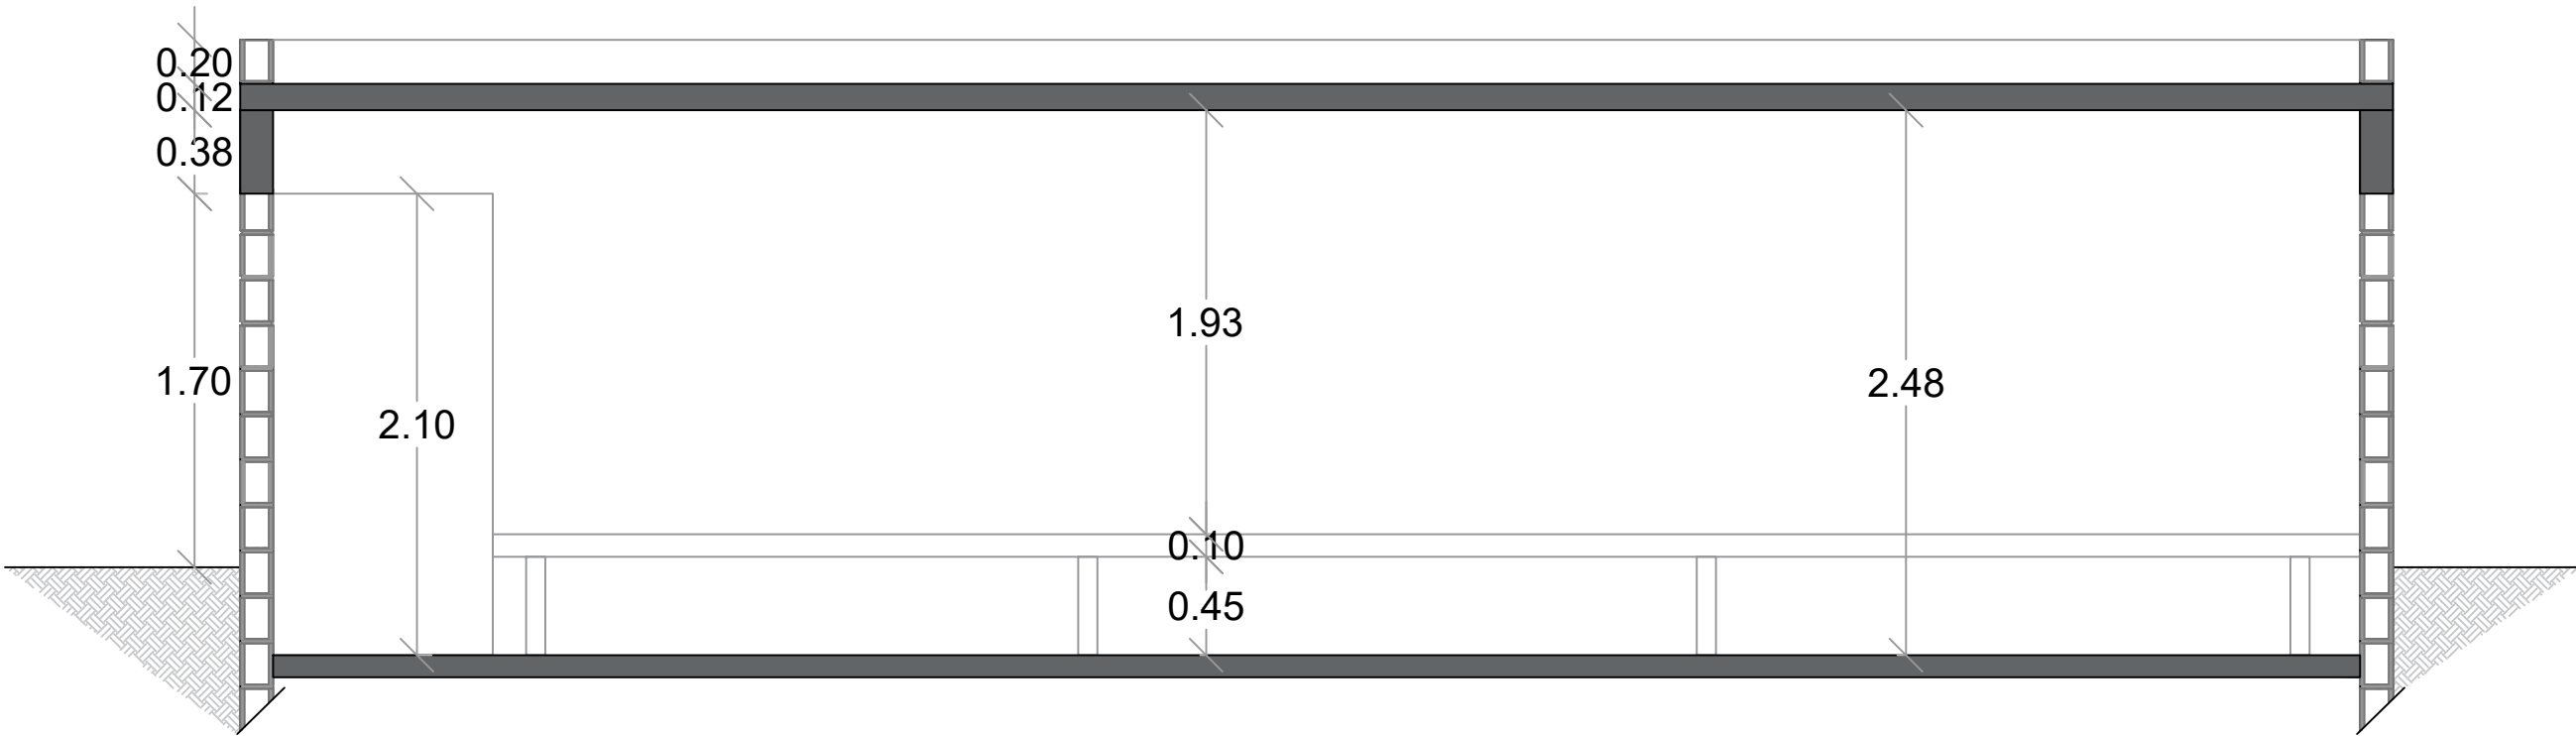

SECCION B-B' - DIMENSIONADA

ESC. 1:50



ASIENTO EN MADERA
CON BASE EN HIERRO

MURO DE BLOQUES



SECCION B-B' - DETALLE

ESC. 1:50

DIRECCIÓN DESARROLLO
PROVINCIAL



Ave. Dr. Delgado, Esq. Moises Garcia,
Gazcue, Sto. Dgo., R.D.
TEL.: (809)-364-2189 | FAX.: (809)- 688-1665
E-Mail: info@cpadp.gob.do

PROYECTO:

CONST CAMPO DE BESIBOL MARIO
VILLAMAN DOMINGUEZ,
SECTOR BARRANCON
LUPERON, PUERTO PLATA
REPUBLICA DOMINICANA

EQUIPO DE TRABAJO:

DISEÑO ARQUITECTONICO

codia 00000

ENC. INGENIERIA
ING. FIOR DALIZA BONIFACIO

codia 00000

ESTRUCTURAL

ING.

codia 00000

ELECTRICO

ING.

codia 00000

HIDRO-SANITARIO

ING.

codia 00000

SELLO DE APROBACION

FECHA



CONTENIDO:

ESCALA:

1:50


NO. PAGINA:

015

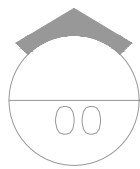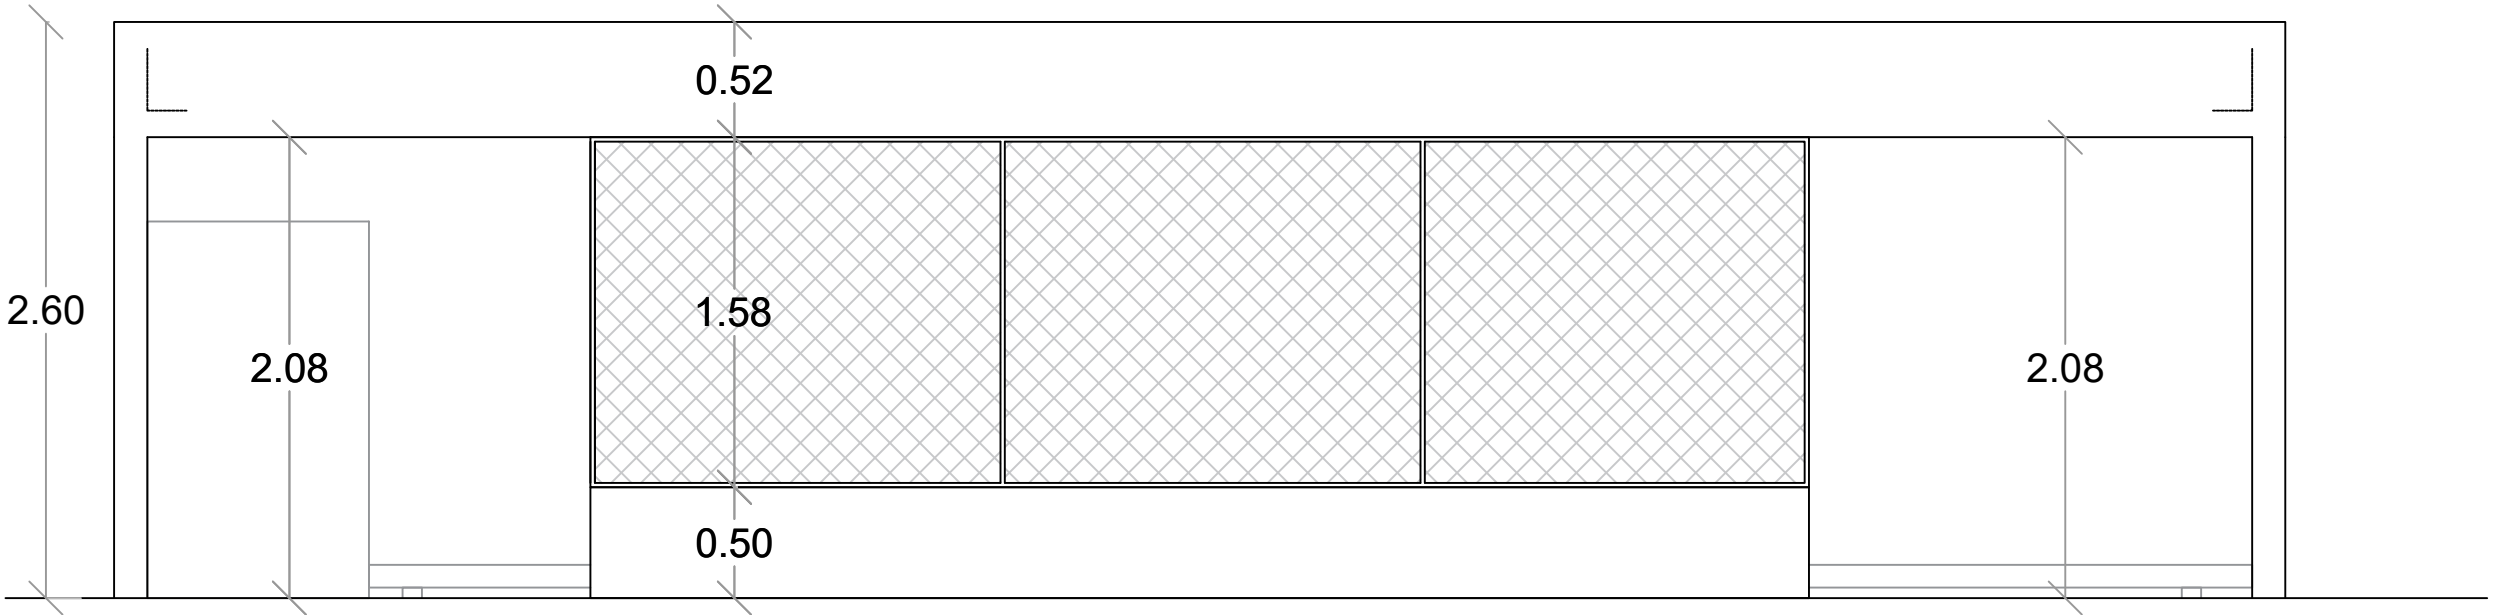

ELEVACION FRONTAL - DIMENSIONADA

ESC. 1:50

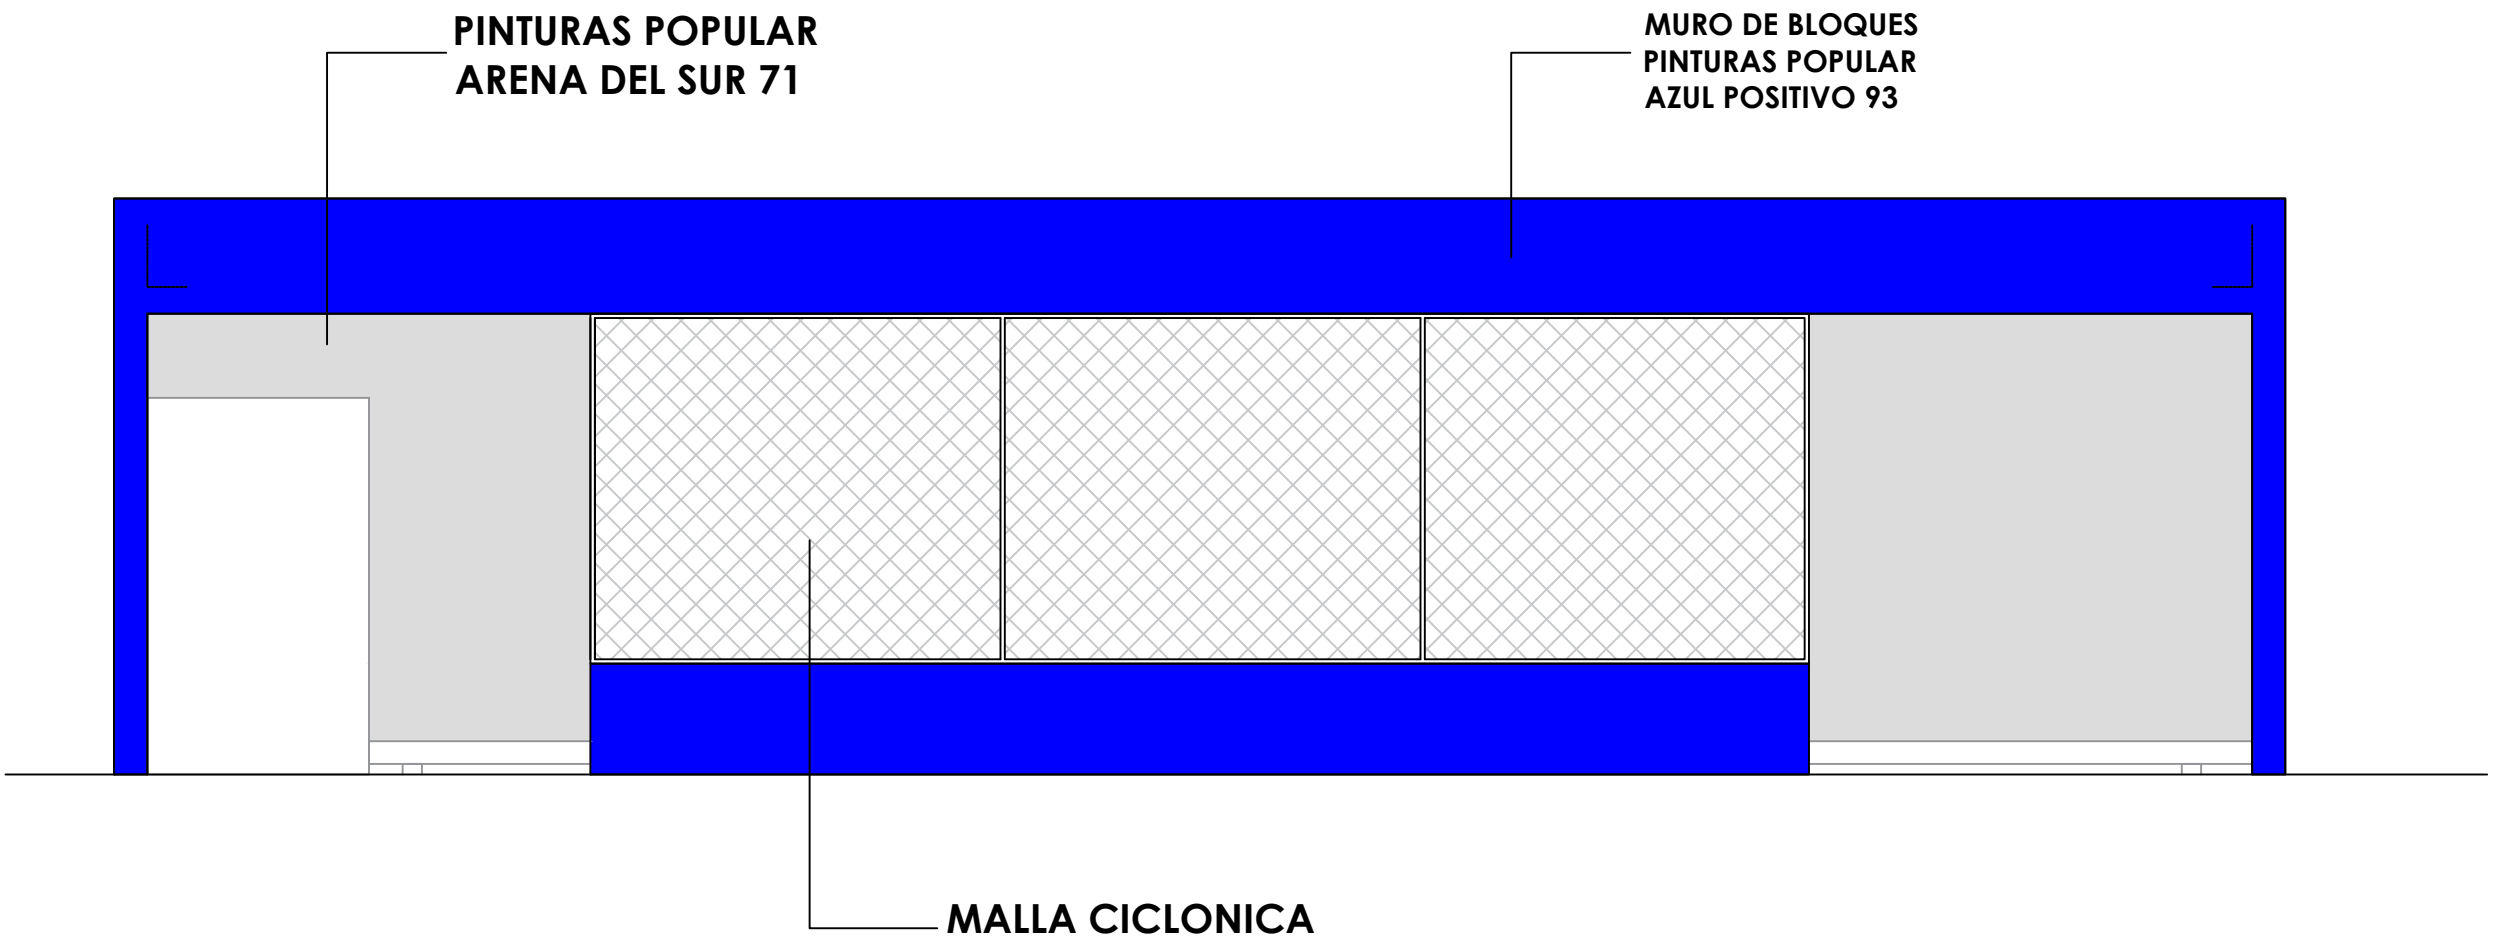

ELEVACION FRONTAL - DETALLE

ESC. 1:50

DIRECCIÓN DESARROLLO
PROVINCIAL



Ave. Dr. Delgado, Esq. Moises Garcia,
Gazcue, Sto. Dgo., R.D.
TEL.: (809)-364-2189 | FAX.: (809)- 688-1665
E-Mail: info@cpadp.gob.do

PROYECTO:
**CONST CAMPO DE BESIBOL MARIO
VILLAMAN DOMINGUEZ,
SECTOR BARRANCON
LUPERON, PUERTO PLATA
REPUBLICA DOMINICANA**

EQUIPO DE TRABAJO:

DISEÑO ARQUITECTONICO

codia 00000

ENC. INGENIERIA
ING. FIOR DALIZA BONIFACIO

codia 00000

ESTRUCTURAL

ING.

codia 00000

ELECTRICO

ING.

codia 00000

HIDRO-SANITARIO

ING.

codia 00000

SELLO DE APROBACION

FECHA



CONTENIDO:

ESCALA:

1:50



NO. PAGINA:

016

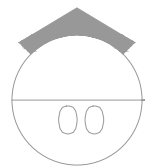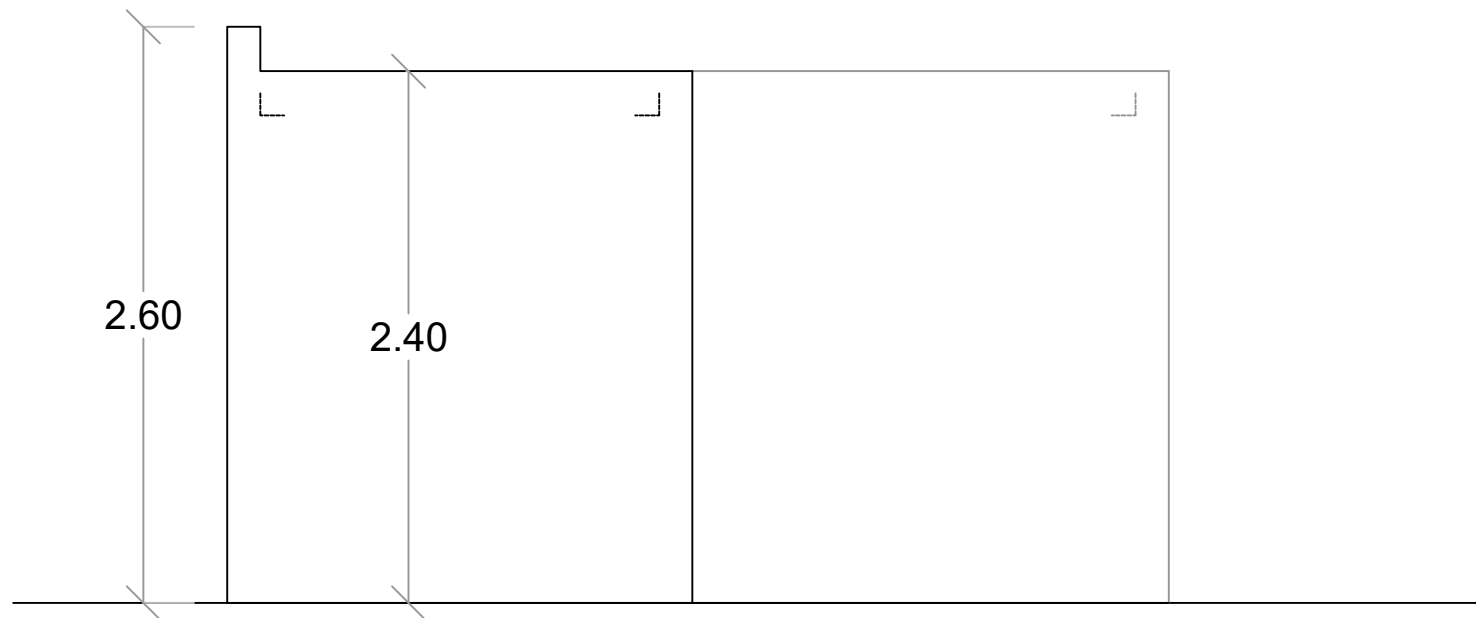


ELEVACION LAT. DERECHO - DIMENSIONADA

ESC. 1:50

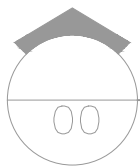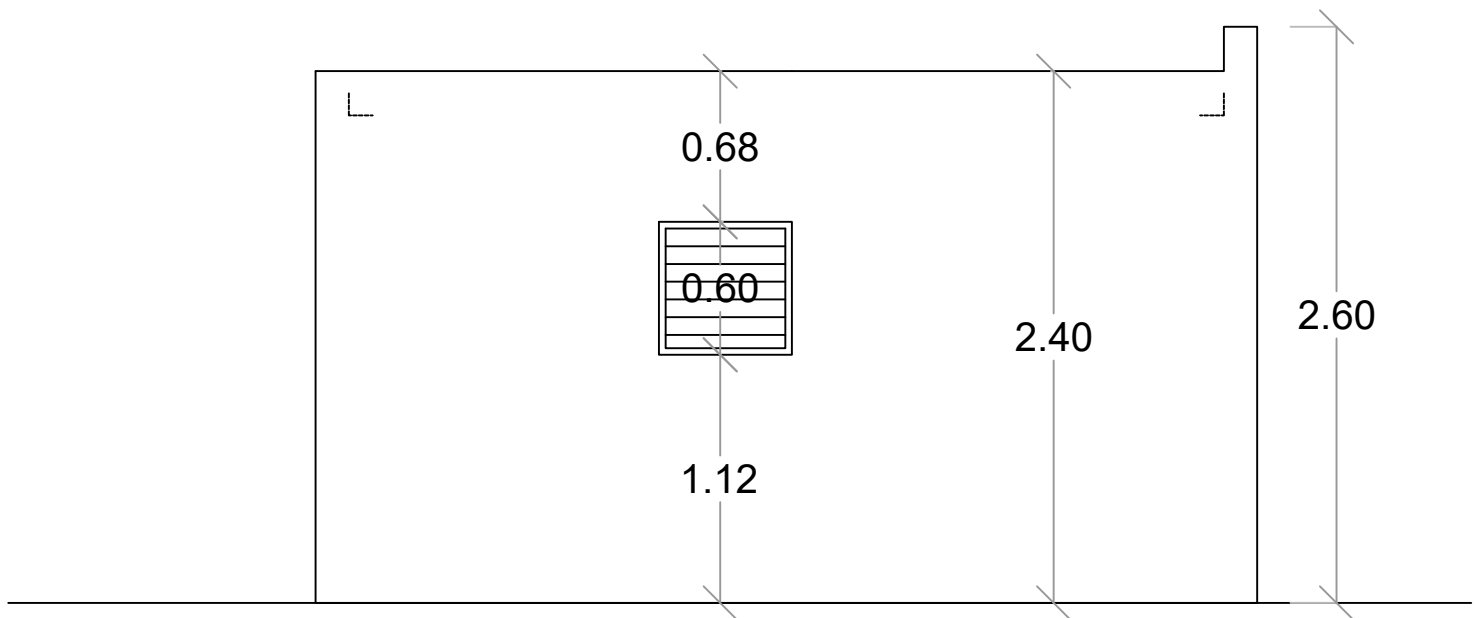


ELEVACION LAT. IZQUIERDO - DIMENSIONADA

ESC. 1:50

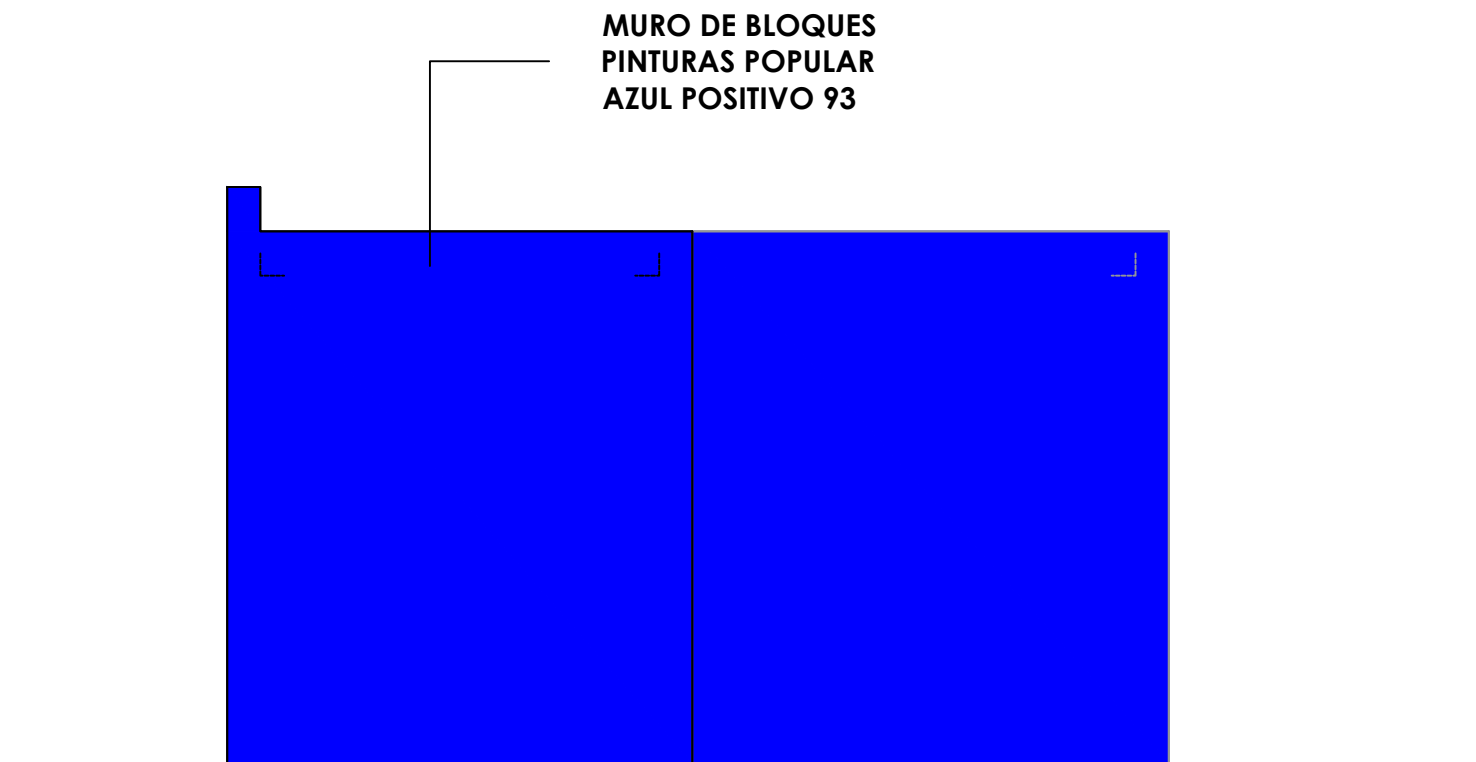

ELEVACION LAT. DERECHO - DETALLE

ESC. 1:50

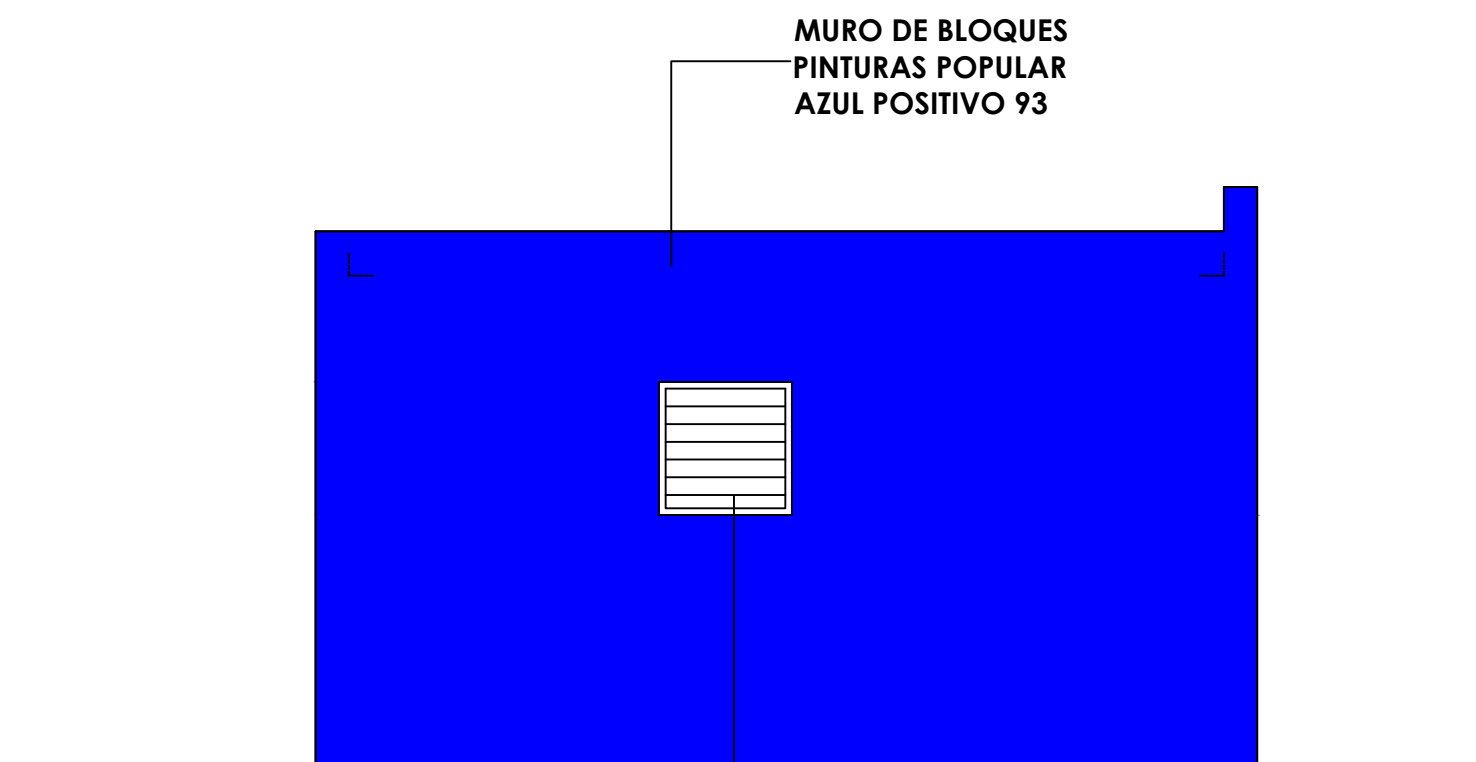

ELEVACION LAT. IZQUIERDO - DETALLE

ESC. 1:50

VENTANA DE CELOSIA METALICA

DIRECCIÓN DESARROLLO
PROVINCIAL



Ave. Dr. Delgado, Esq. Moises Garcia,
Gazcue, Sto. Dgo., R.D.
TEL.: (809)-364-2189 | FAX.: (809)- 688-1665
E-Mail: info@cpadp.gob.do

PROYECTO:
**CONST CAMPO DE BESIBOL MARIO
VILLAMAN DOMINGUEZ,
SECTOR BARRANCON
LUPERON, PUERTO PLATA
REPUBLICA DOMINICANA**

EQUIPO DE TRABAJO:

DISEÑO ARQUITECTONICO

codia 00000

ENC. INGENIERIA
ING. FIOR DALIZA BONIFACIO

codia 00000

ESTRUCTURAL

ING.

codia 00000

ELECTRICO

ING.

codia 00000

HIDRO-SANITARIO

ING.

codia 00000

SELLO DE APROBACION

FECHA


CONTENIDO:

ESCALA:

1:50

NO. PAGINA:

017

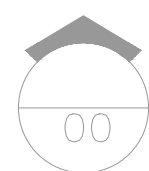

ESC. 1:50



ESC. 1:50



codia 00000

FECHA

CONTENIDO:

ESCALA:

1:50

NO. PAGINA:

018



Ave. Dr. Delgado, Esq. Moises Garcia,
Gazcue, Sto. Dgo., R.D.
TEL.: (809)-364-2189 | FAX.: (809)- 688-1665
E-Mail: info@cpadp.gob.do

PROYECTO:
**CONST CAMPO DE BESIBOL MARIO
VILLAMAN DOMINGUEZ,
SECTOR BARRANCON
LUPERON, PUERTO PLATA
REPUBLICA DOMINICANA**

EQUIPO DE TRABAJO:

DISEÑO ARQUITECTONICO

codia 00000

ENC. INGENIERIA
ING. FIOR DALIZA BONIFACIO

codia 00000

ESTRUCTURAL

ING.

codia 00000

ELECTRICO

ING.

codia 00000

HIDRO-SANITARIO

ING.

codia 00000

SELLO DE APROBACION


FECHA

CONTENIDO:
**PLANTA INSTALACIONES
SANITARIAS- AGUA
POTABLE - DUGOUT**

ESCALA:
1:50

NO. PAGINA:

019

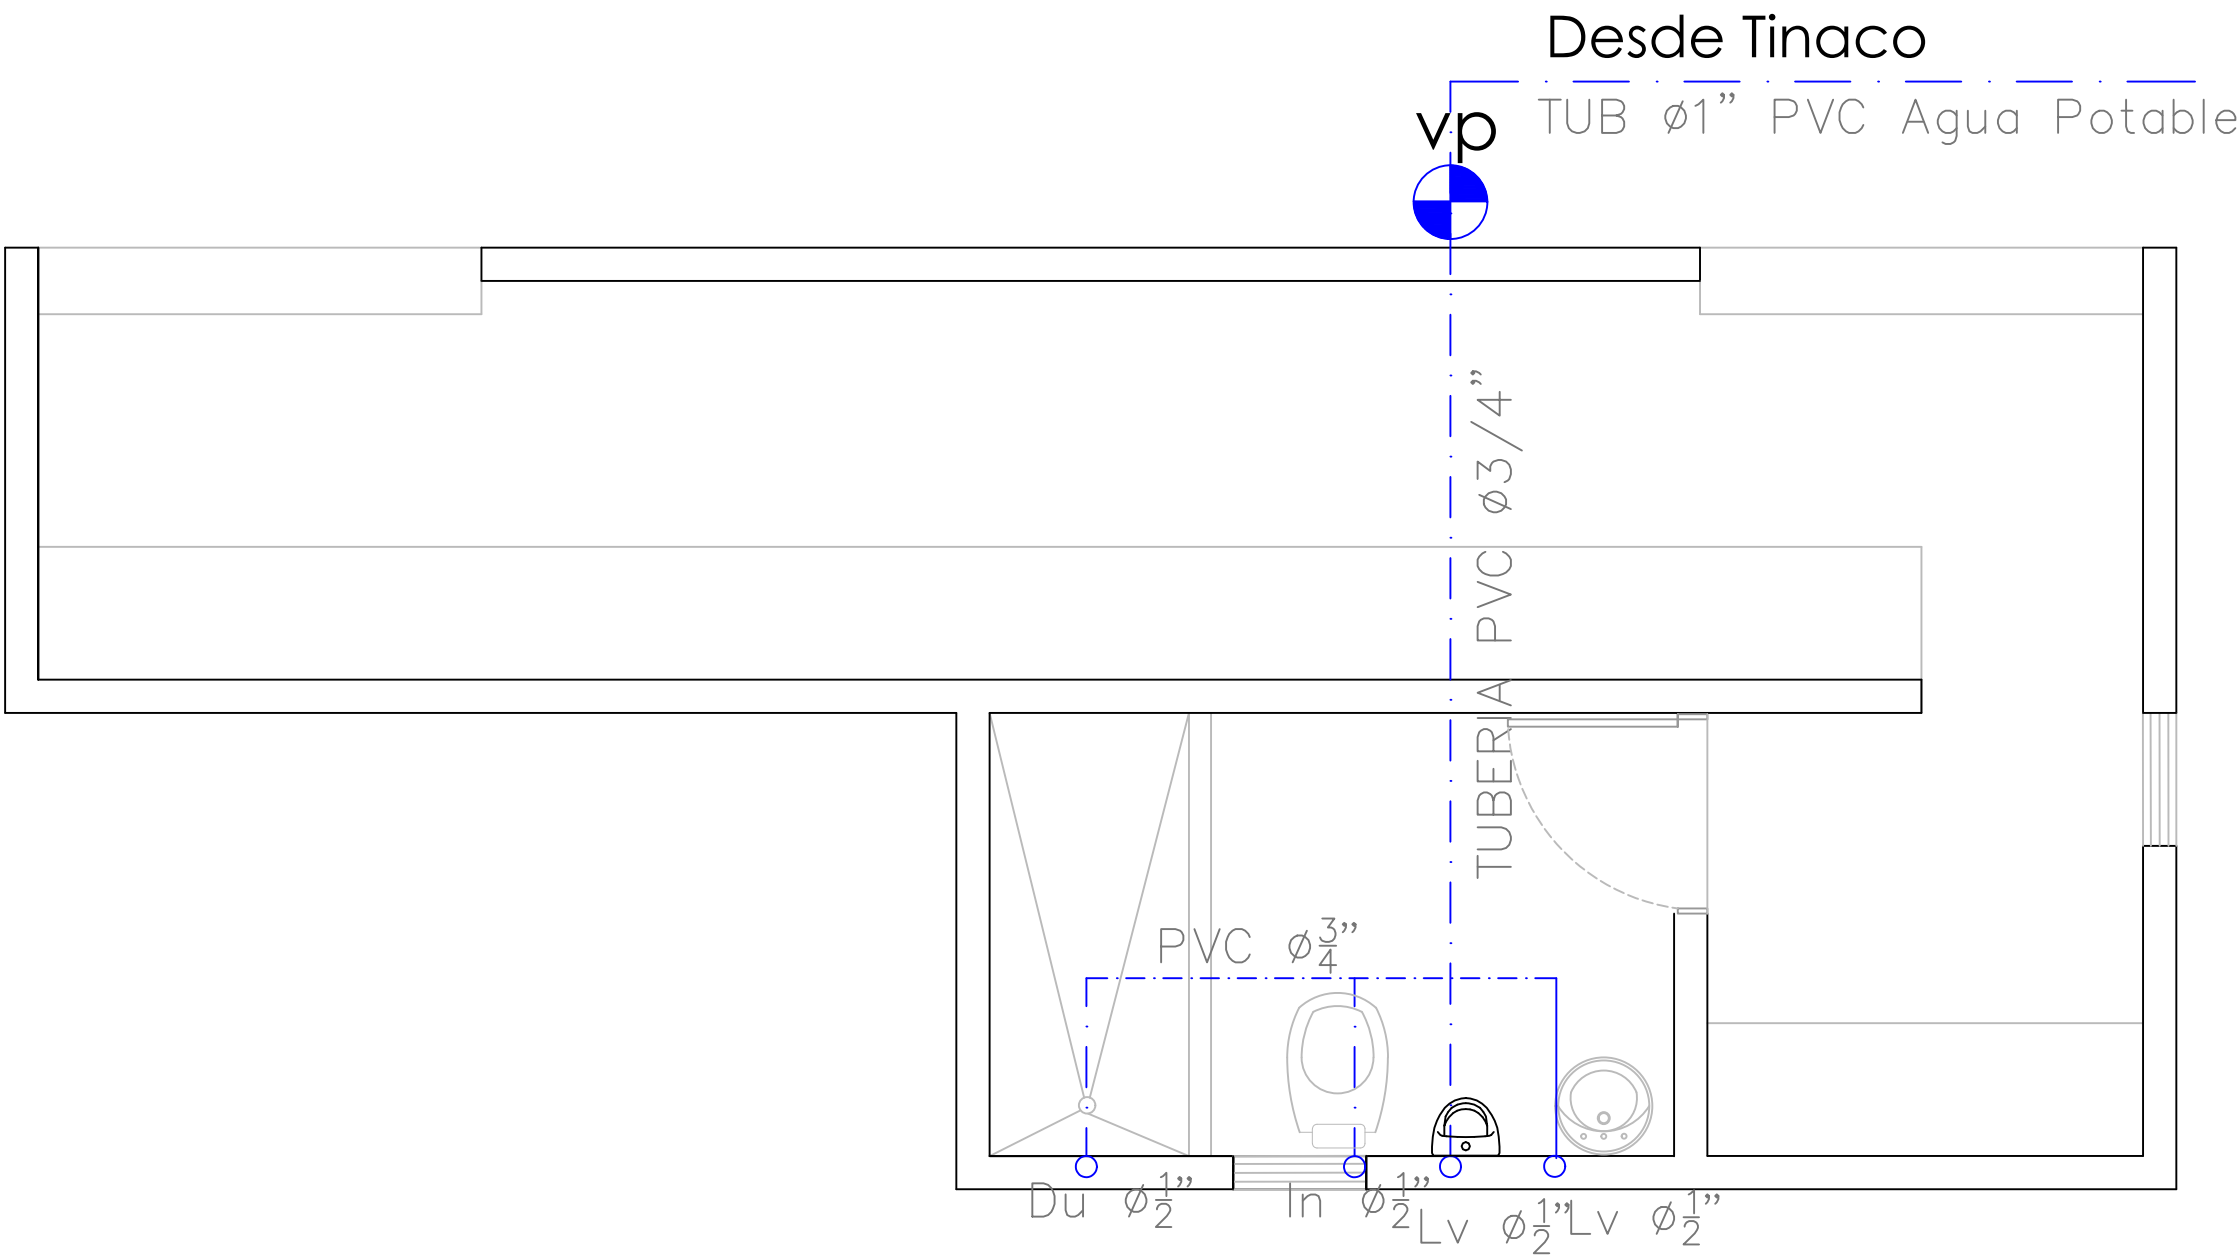

PROYECTO:

CONST CAMPO DE BESIBOL MARIO
VILLAMAN DOMINGUEZ,
SECTOR BARRANCON
LUPERON, PUERTO PLATA
REPUBLICA DOMINICANA

EQUIPO DE TRABAJO:

DISEÑO ARQUITECTONICO

codia 00000

ENC. INGENIERIA

ENC. INGENIERIA
ING. FIOR DALIZA BONIFACIO

codia 00000

ESTRUCTURAL

ING.

codia 00000

ELECTRICO

ING.

codia 00000

HIDRO-SANITARIO

ING.

codia 00000

SELO DE APROBACION

FECHA

CONTENIDO:


PLANTA INSTALACIONES SANITARIAS- AGUAS NEGRAS - DUGOUT

ESCALA:

1:50

NO. PAGINA:

020

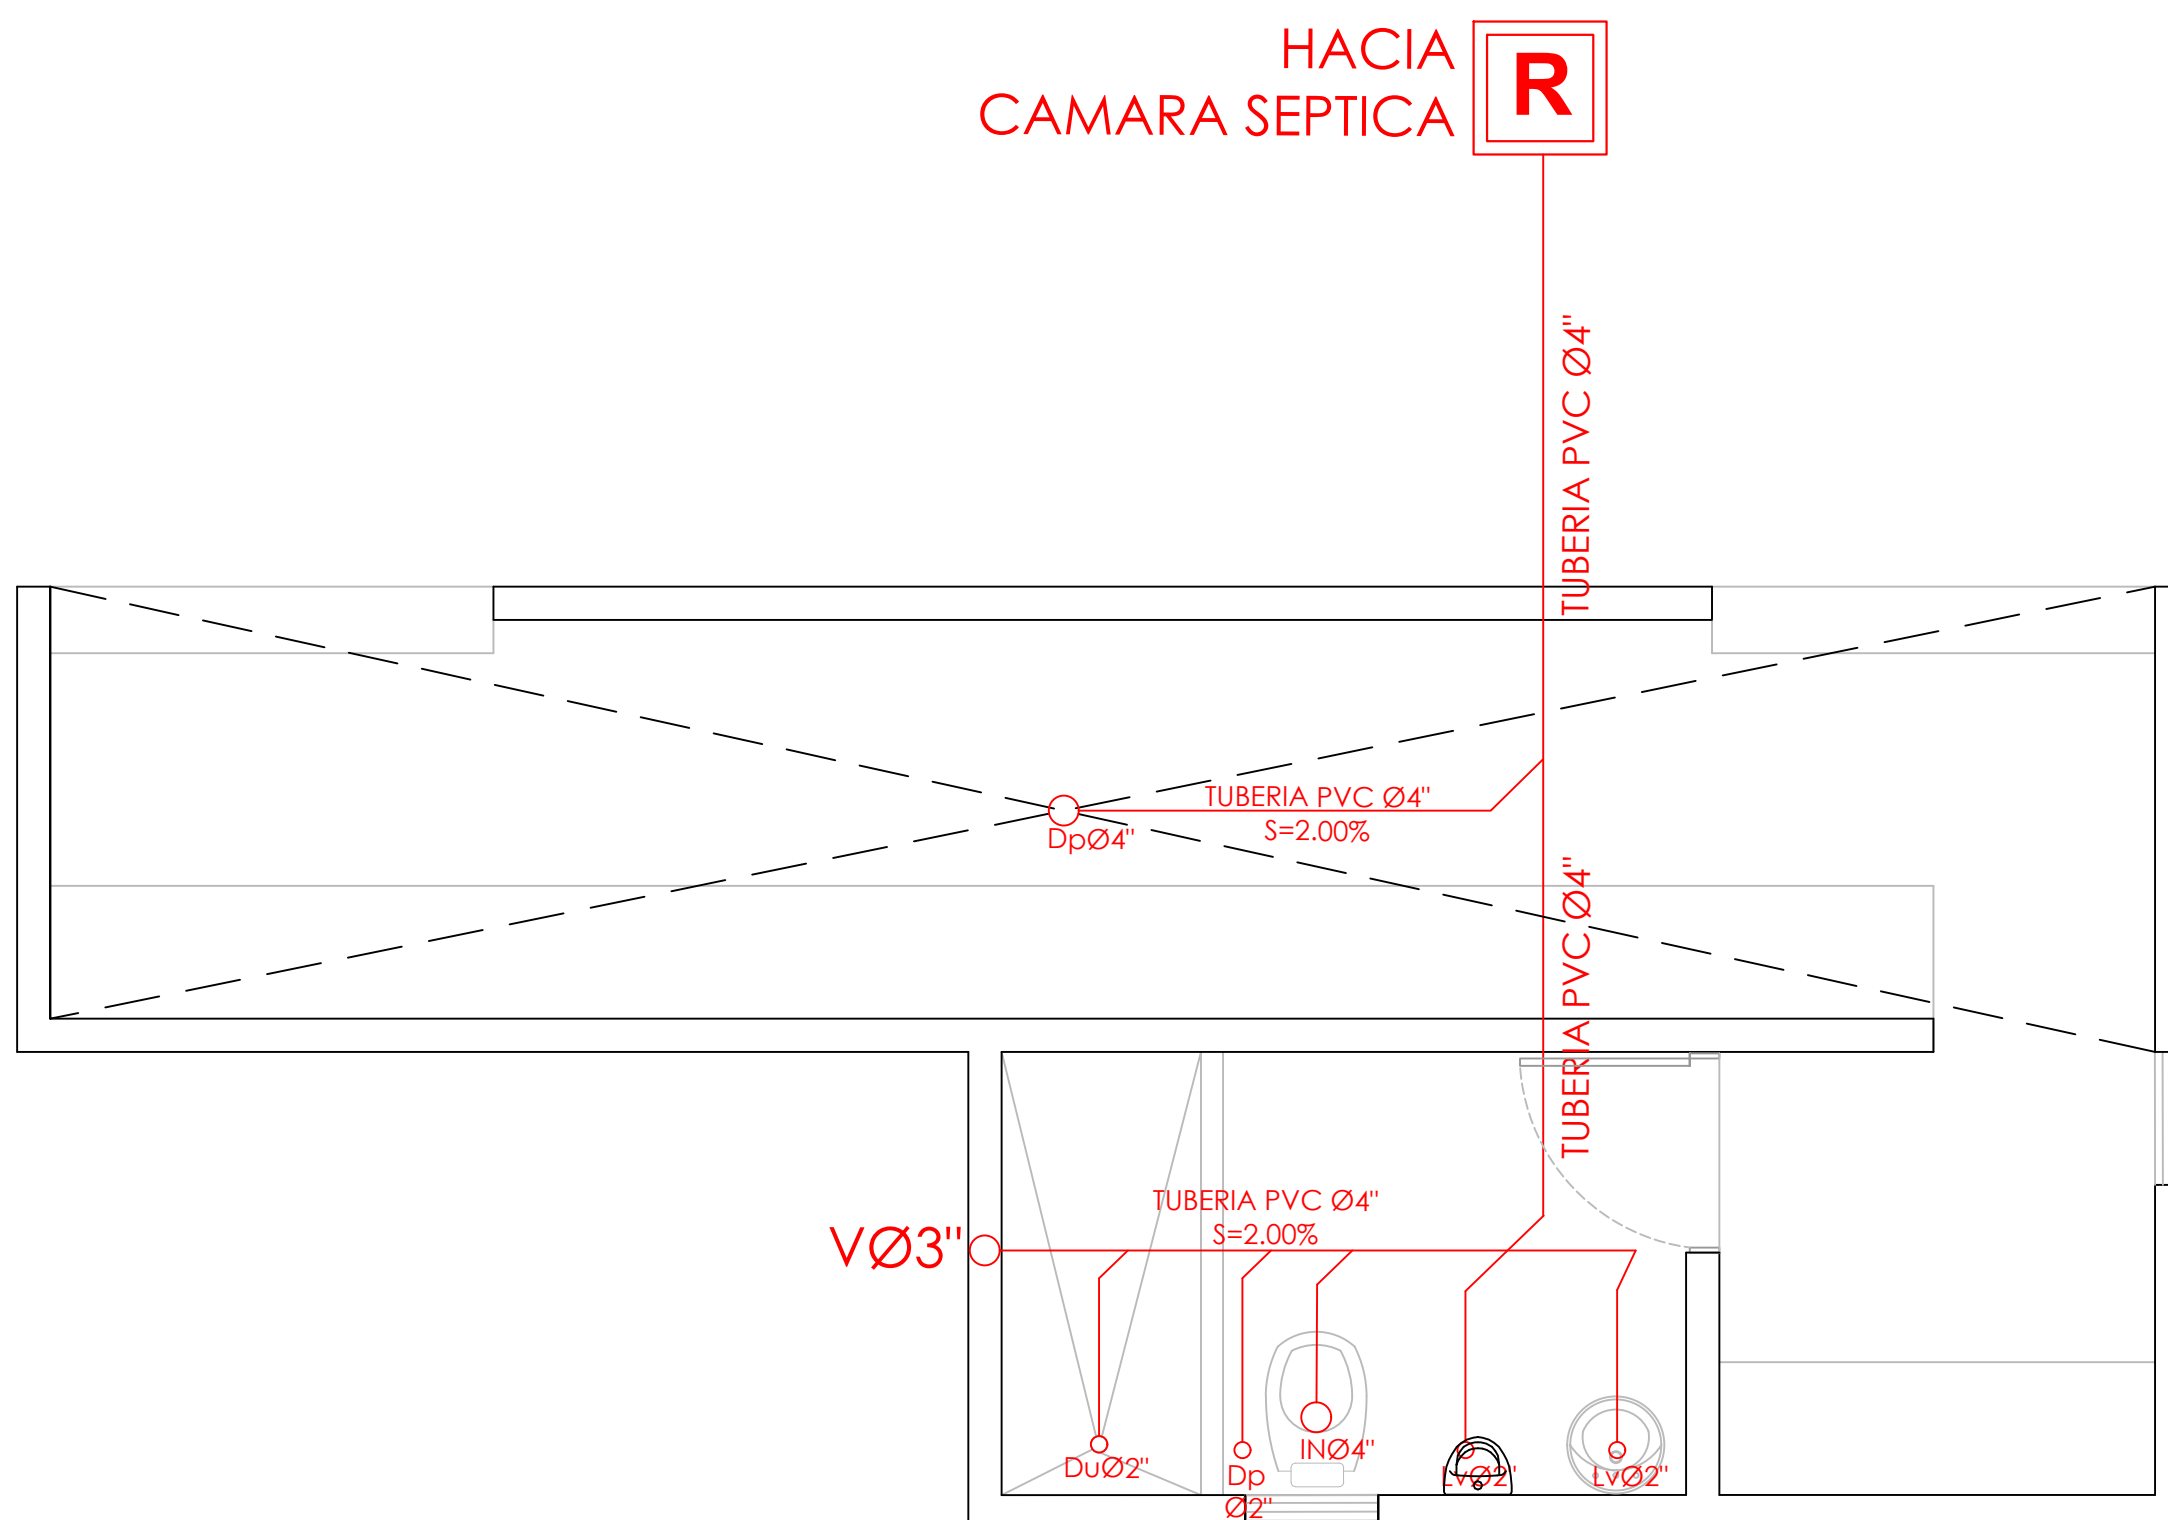

DIRECCIÓN DESARROLLO
PROVINCIAL



Ave. Dr. Delgado, Esq. Moises Garcia,
Gazcue, Sto. Dgo., R.D.
TEL.: (809)-364-2189 | FAX.: (809)- 688-1665
E-Mail: info@cpadp.gob.do

PROYECTO:
**CONST CAMPO DE BESIBOL MARIO
VILLAMAN DOMINGUEZ,
SECTOR BARRANCON
LUPERON, PUERTO PLATA
REPUBLICA DOMINICANA**

EQUIPO DE TRABAJO:

DISEÑO ARQUITECTONICO

codia 00000

ENC. INGENIERIA
ING. FIOR DALIZA BONIFACIO

codia 00000

ESTRUCTURAL

ING.

codia 00000

ELECTRICO

ING.

codia 00000

HIDRO-SANITARIO

ING.

codia 00000

SELLO DE APROBACION

FECHA


CONTENIDO:

ESCALA:

1:50



NO. PAGINA:

021

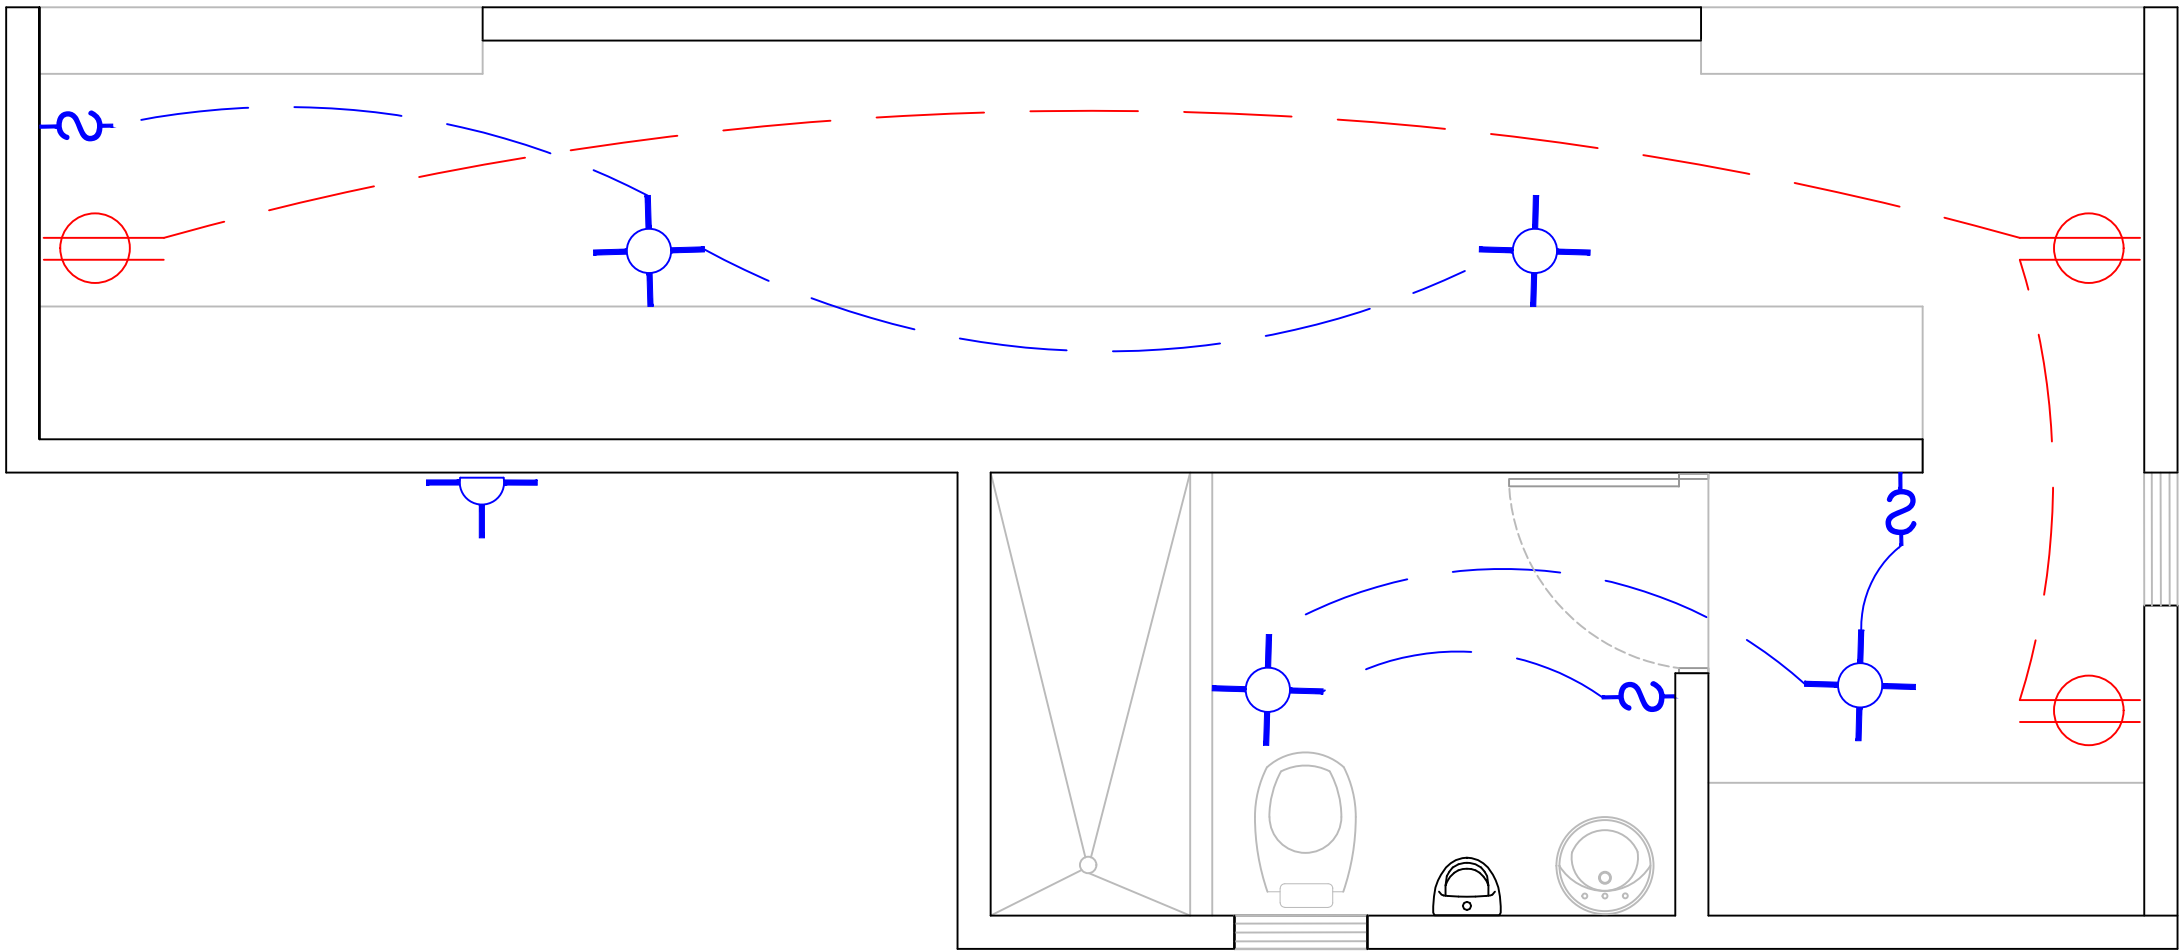

PLANTA INST. ELECTRICAS - DUGOUT

ESC. 1:50

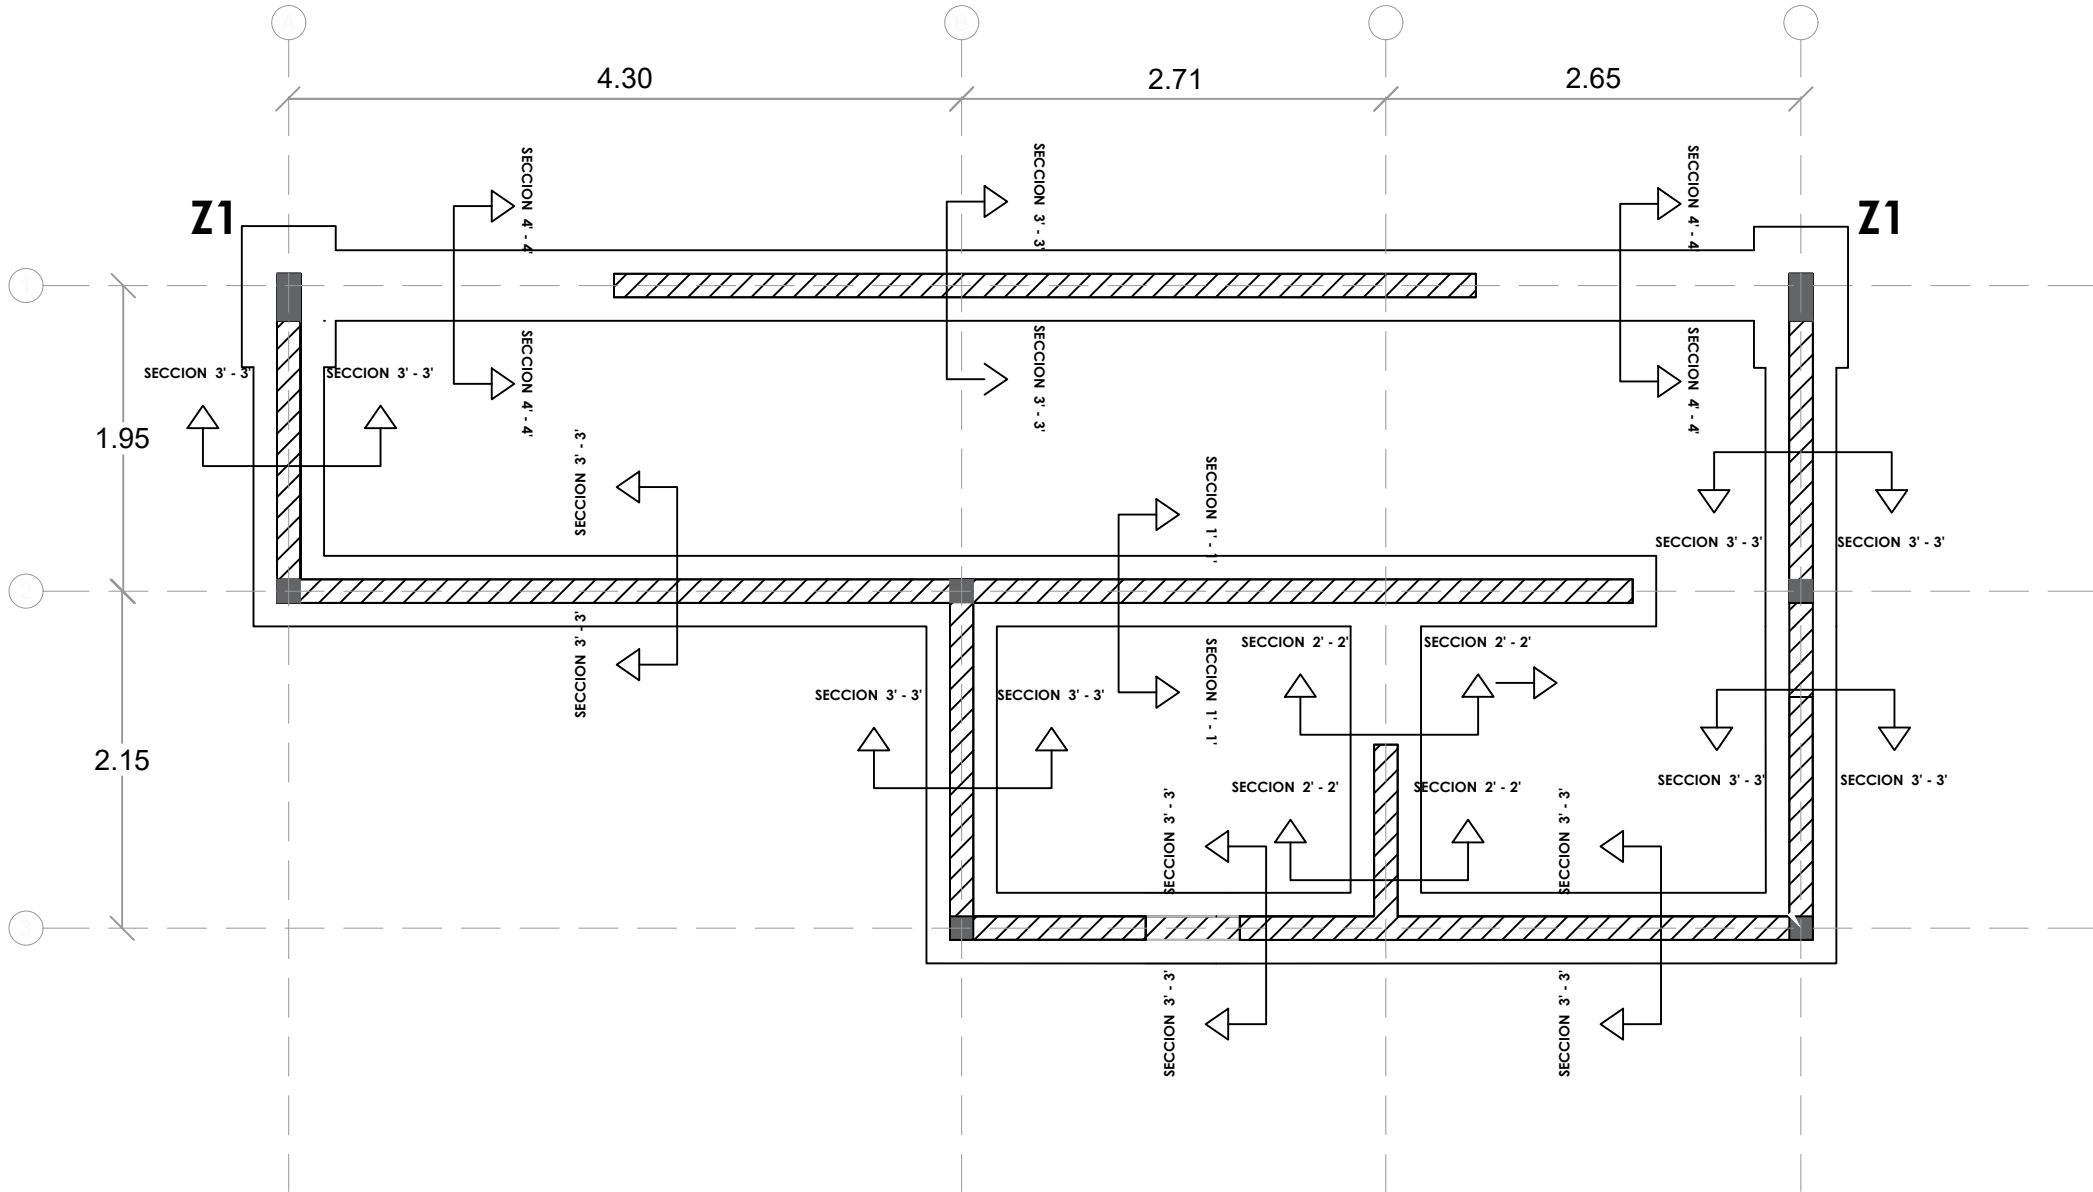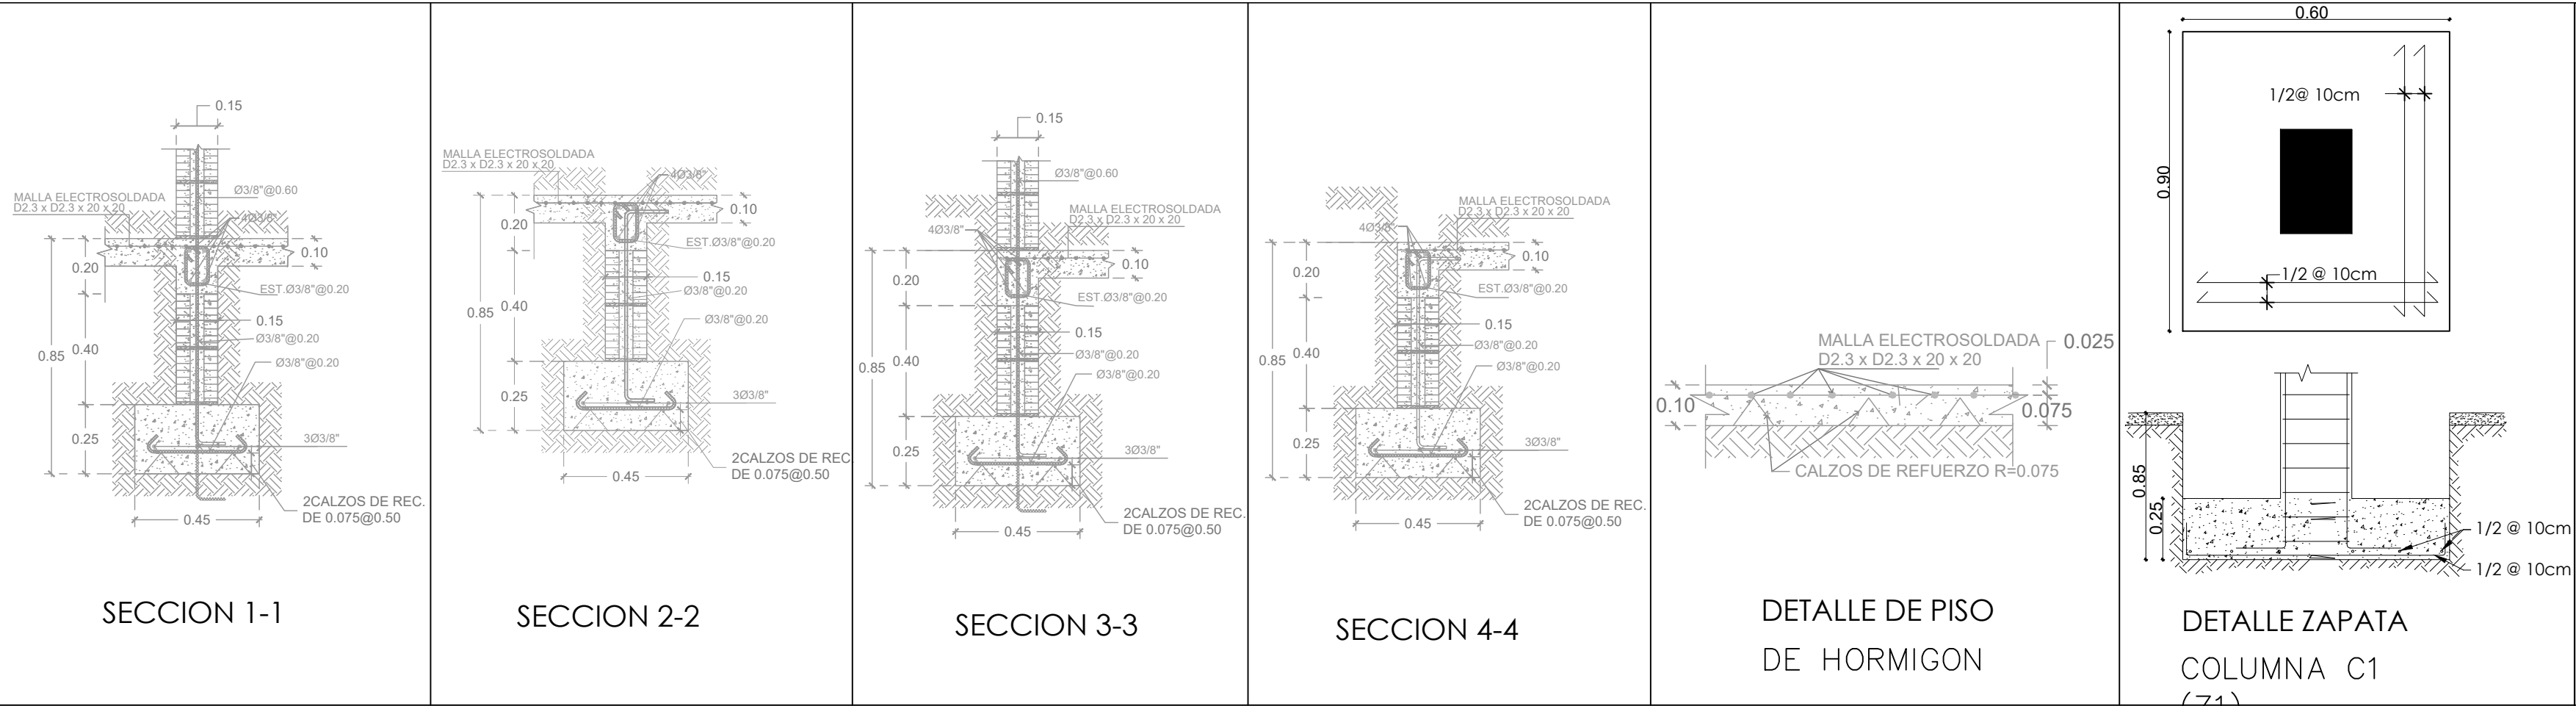

PLANTA ESTRUCTURAL DE CIMIENTOS - DUGOUT

ESC. 1:100

DIRECCIÓN DESARROLLO PROVINCIAL

GOBIERNO DE LA REPÚBLICA DOMINICANA

Ave. Dr. Delgado, Esq. Moises Garcia, Gazcue, Sto. Dgo., R.D.
TEL.: (809)-364-2189 | FAX.: (809)- 688-1665
E-Mail: info@cpadp.gob.do

PROYECTO:

CONST CAMPO DE BESIBOL MARIO VILLAMAN DOMINGUEZ, SECTOR BARRANCON LUPERON, PUERTO PLATA REPUBLICA DOMINICANA

EQUIPO DE TRABAJO:

DISÑO ARQUITECTONICO

codia 00000

ENC. INGENIERIA

ING. FIOR DALIZA BONIFACIO

codia 00000

ESTRUCTURAL

ING.

codia 00000

ELECTRICO

ING.

codia 00000

HIDRO-SANITARIO

ING.

codia 00000

SELLO DE APROBACION

FECHA

CONTENIDO:

PLANTA ESTRUCTURAL DE CIMIENTOS - DUGOUT


ESCALA:

1:160


ESCALA:

NO. PAGINA:


022

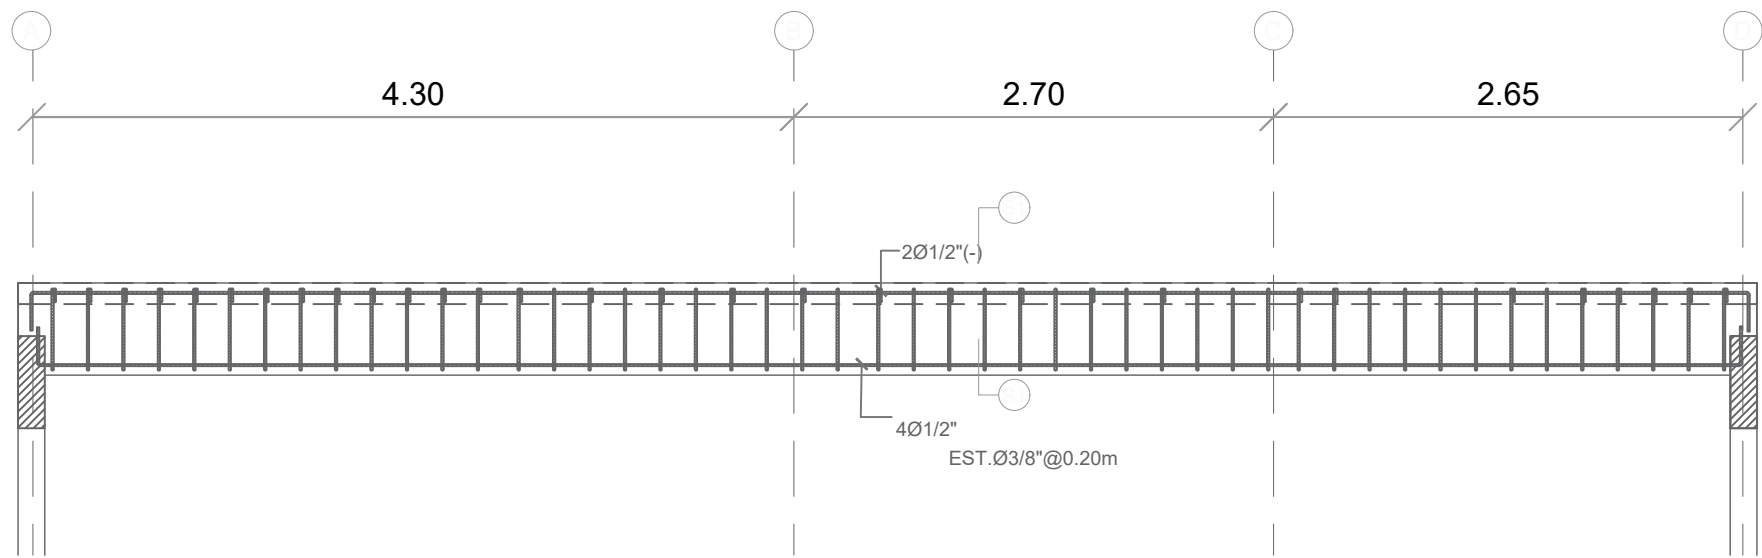


SECCION LONGITUDINAL VIGA 1

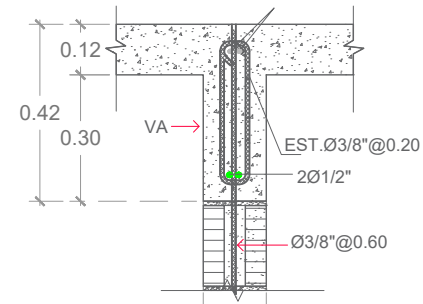


VIGA DE AMARRE (VA)

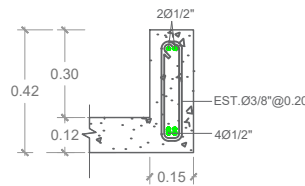


SECCION 1-1

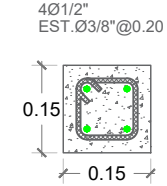


COLUMNA CA

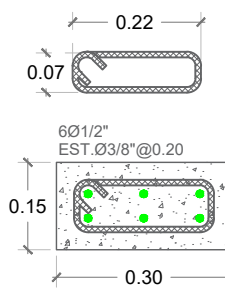

COLUMNA C1

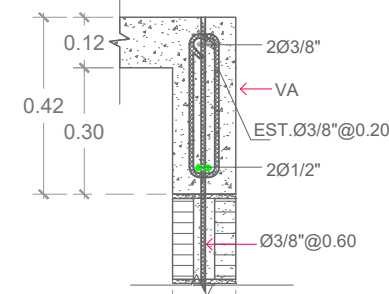

VIGA DE AMARRE (VA)

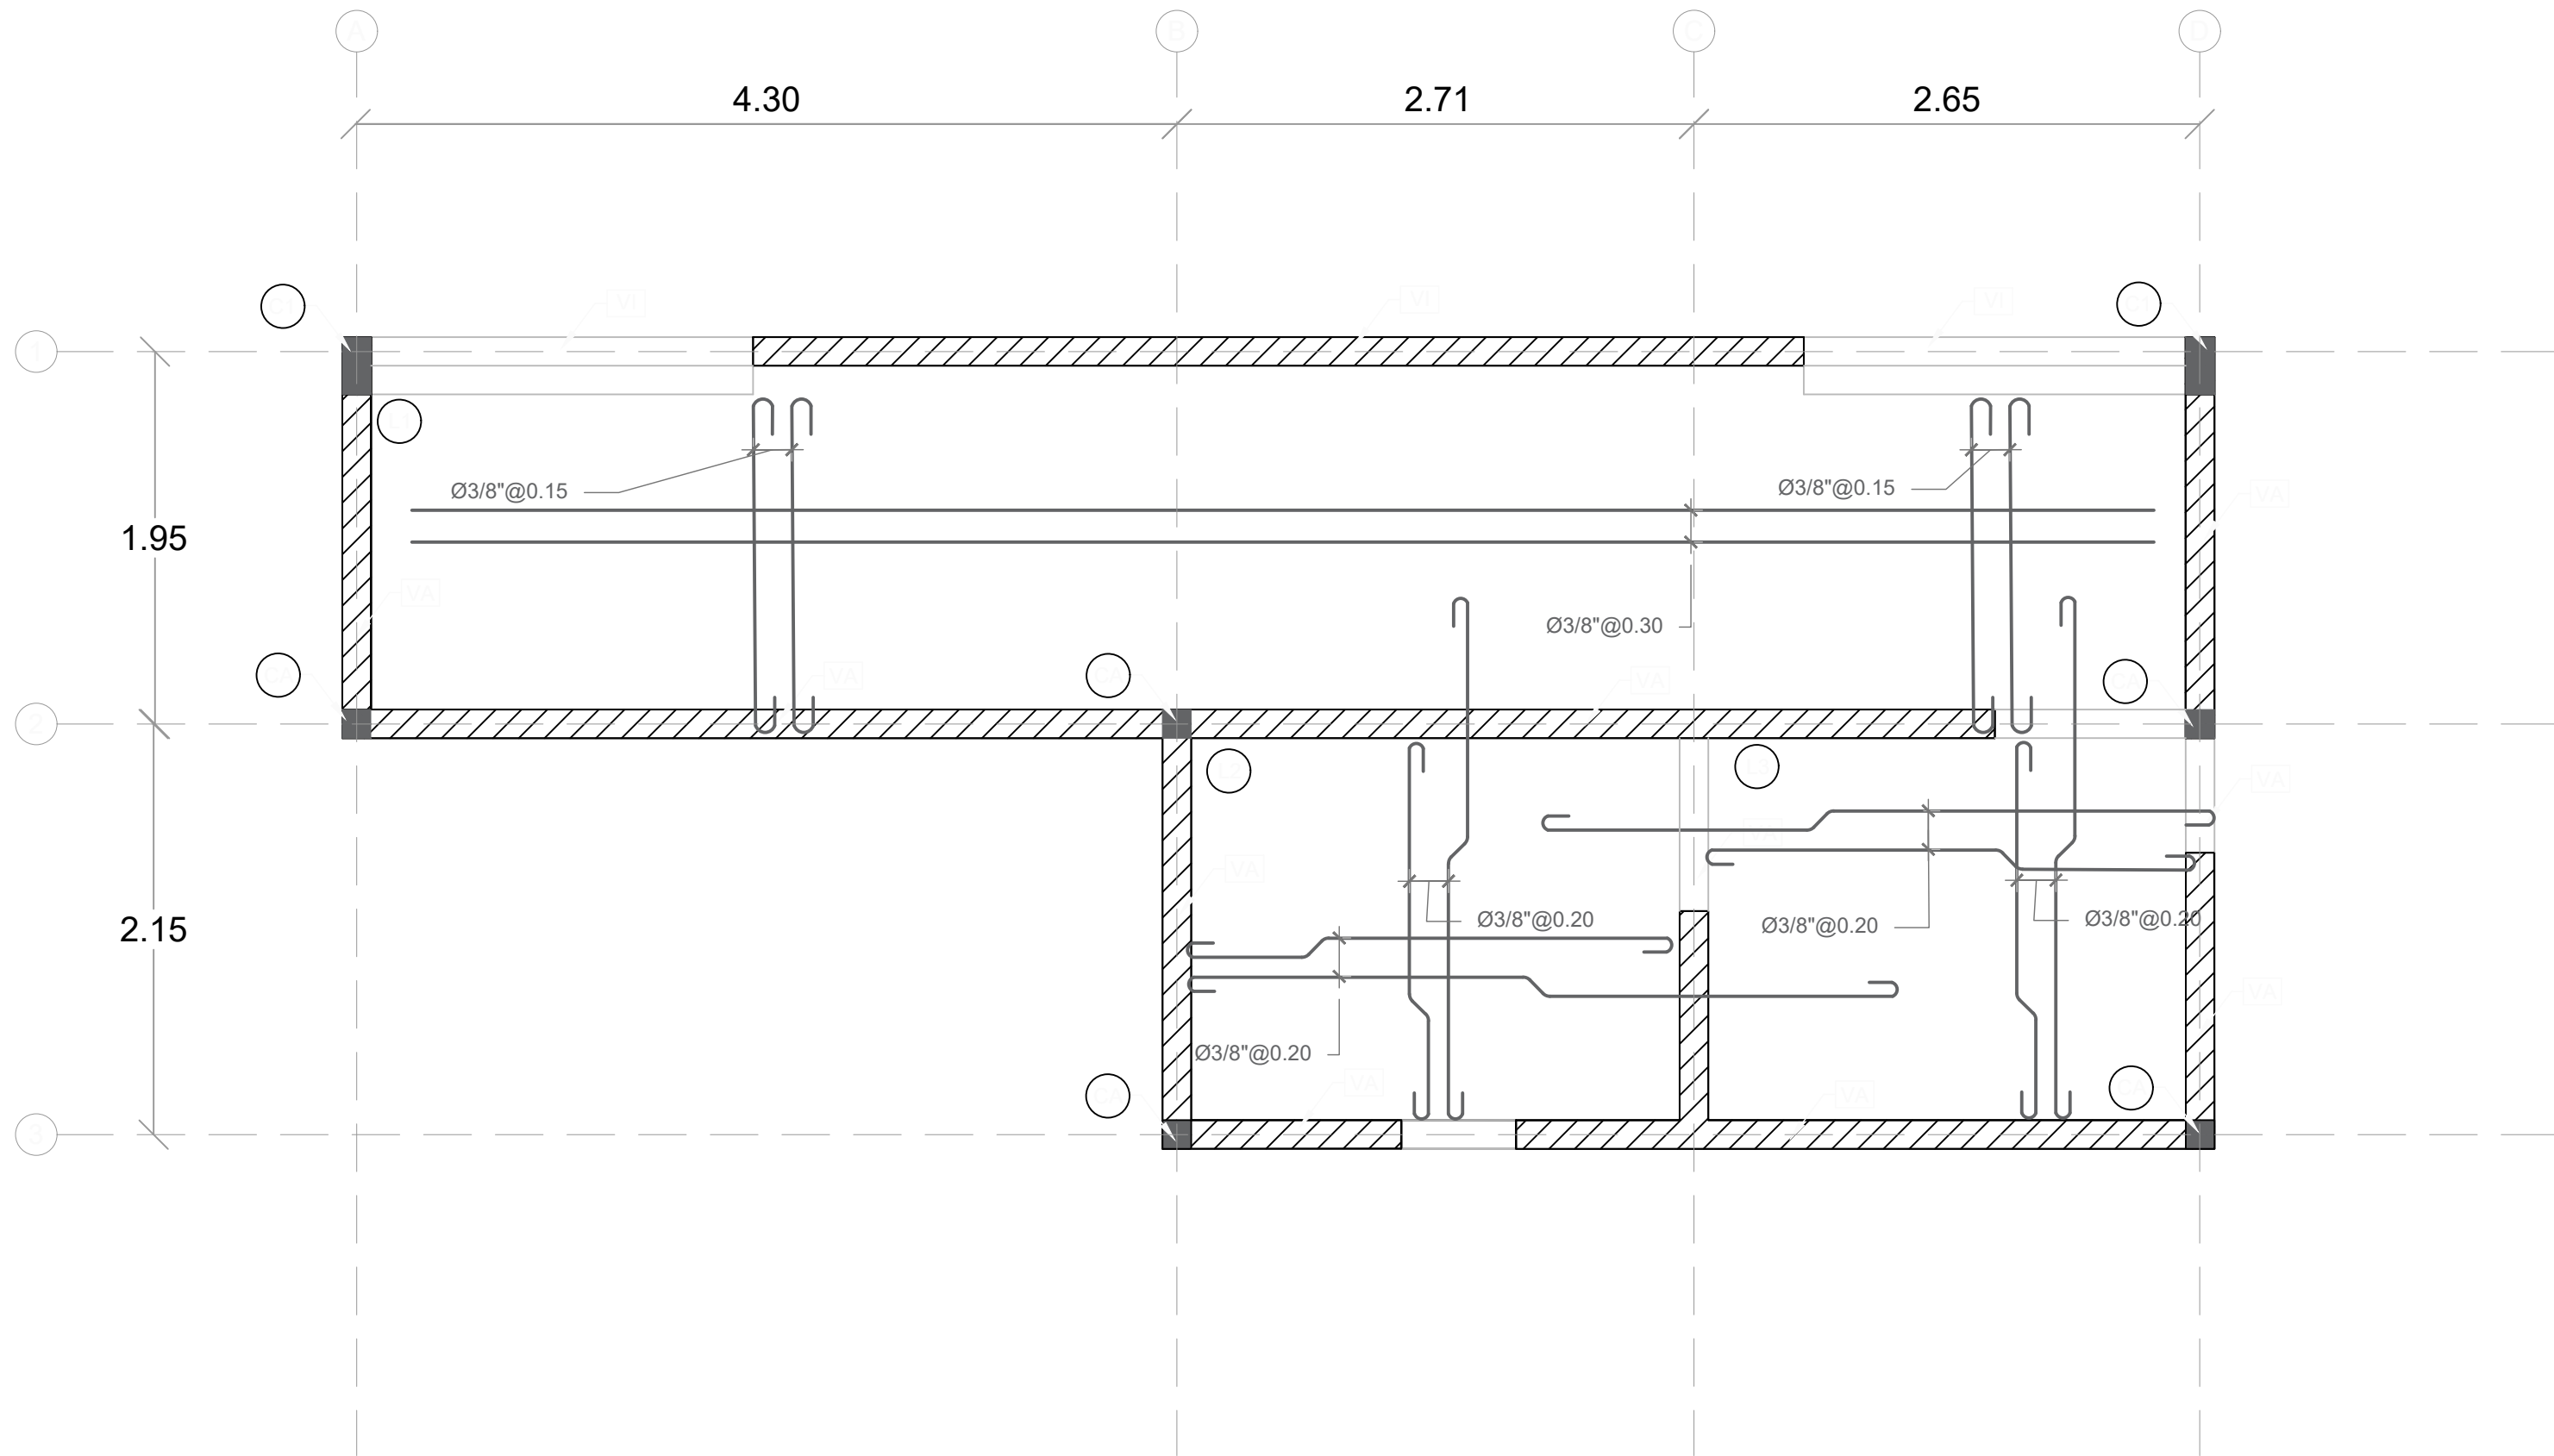

PLANTA ESTRUCTURAL DE TECHO - DUGOUT

ESC. 1:50

DIRECCIÓN DESARROLLO PROVINCIAL



Ave. Dr. Delgado, Esq. Moises Garcia,
Gazcue, Sto. Dgo., R.D.
TEL.: (809)-364-2189 | FAX.: (809)- 688-1665
E-Mail: info@cpadp.gob.do

PROYECTO:
CONST CAMPO DE BESIBOL MARIO VILLAMAN DOMINGUEZ, SECTOR BARRANCON LUPERON, PUERTO PLATA REPUBLICA DOMINICANA

EQUIPO DE TRABAJO:

DISEÑO ARQUITECTONICO

codia 00000

ENC. INGENIERIA
ING. FIOR DALIZA BONIFACIO

codia 00000

ESTRUCTURAL

ING.

codia 00000

ELECTRICO

ING.

codia 00000

HIDRO-SANITARIO

ING.

codia 00000

SELLO DE APROBACION

FECHA

CONTENIDO:


PLATA ESTRUCTURAL DE TECHOS

ESCALA:


1:50

NO. PAGINA:

023

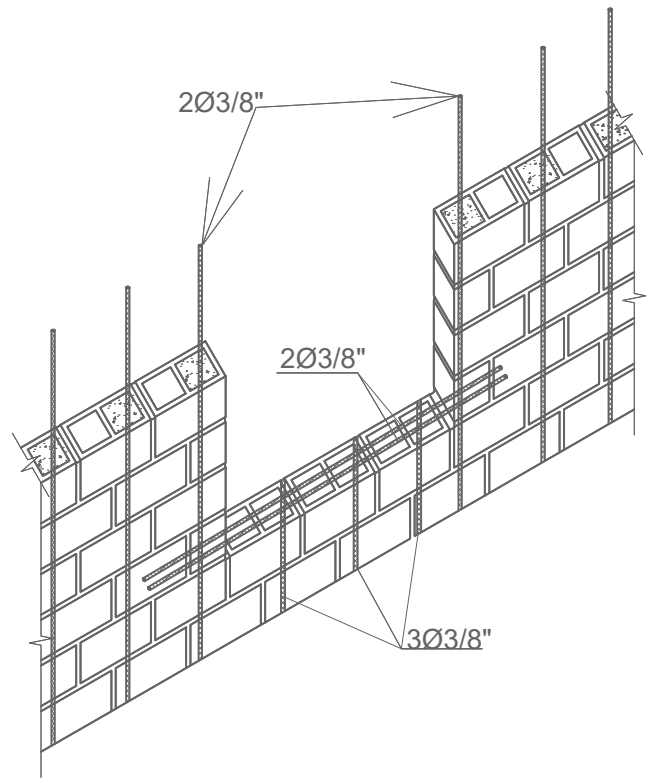

DETALLE REFUERZO ABERTURA VENTANA

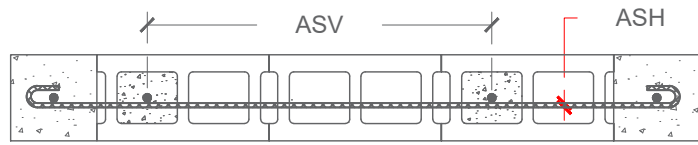


	ASV(ACERO VERTICAL)	ASH(ACERO HORIZONTAL)	e
M1	Ø3/8"@0.60	Ø3/8"@0.60	0.15


NOTA:
TODOS LOS MUROS CORRESPONDEN A M1,
SALVO INDICACION CONTRARIA.

DETALLE REFUERZO MAMPOSTERIA


LOSA	ESPESOR (m)	TIPO
L1@L5	0.12	M

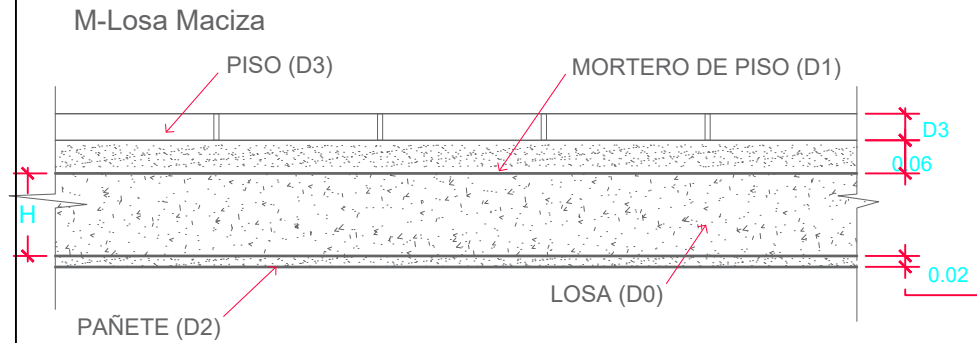

DETALLE DE LOSAS



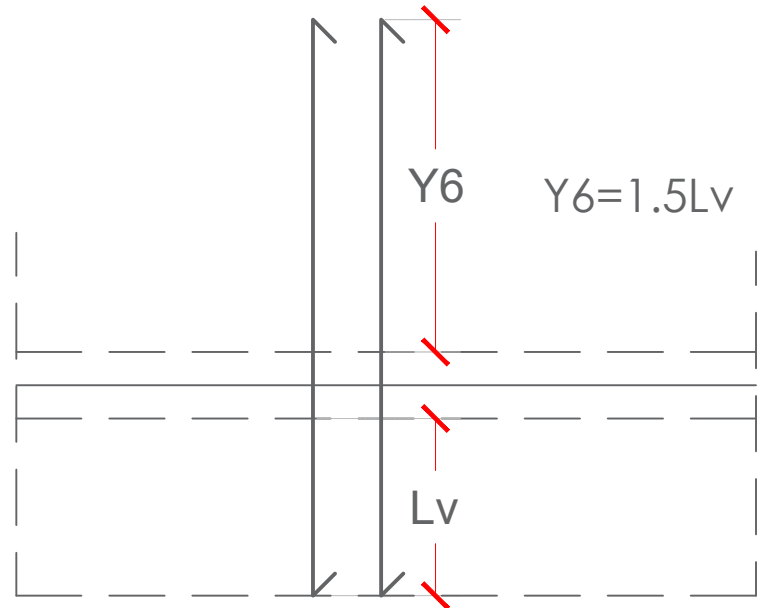


X1=1/5 Lx1	Y1=1/5 Ly1
X2=1/5 Lx1	Y2=1/5 Ly1
X3=1/3 Lx2	Y3=1/3 Ly2
X4=1/3 Lx1	Y4=1/3 Ly1
X5=1/4 Lx2	Y5=1/4 Ly2

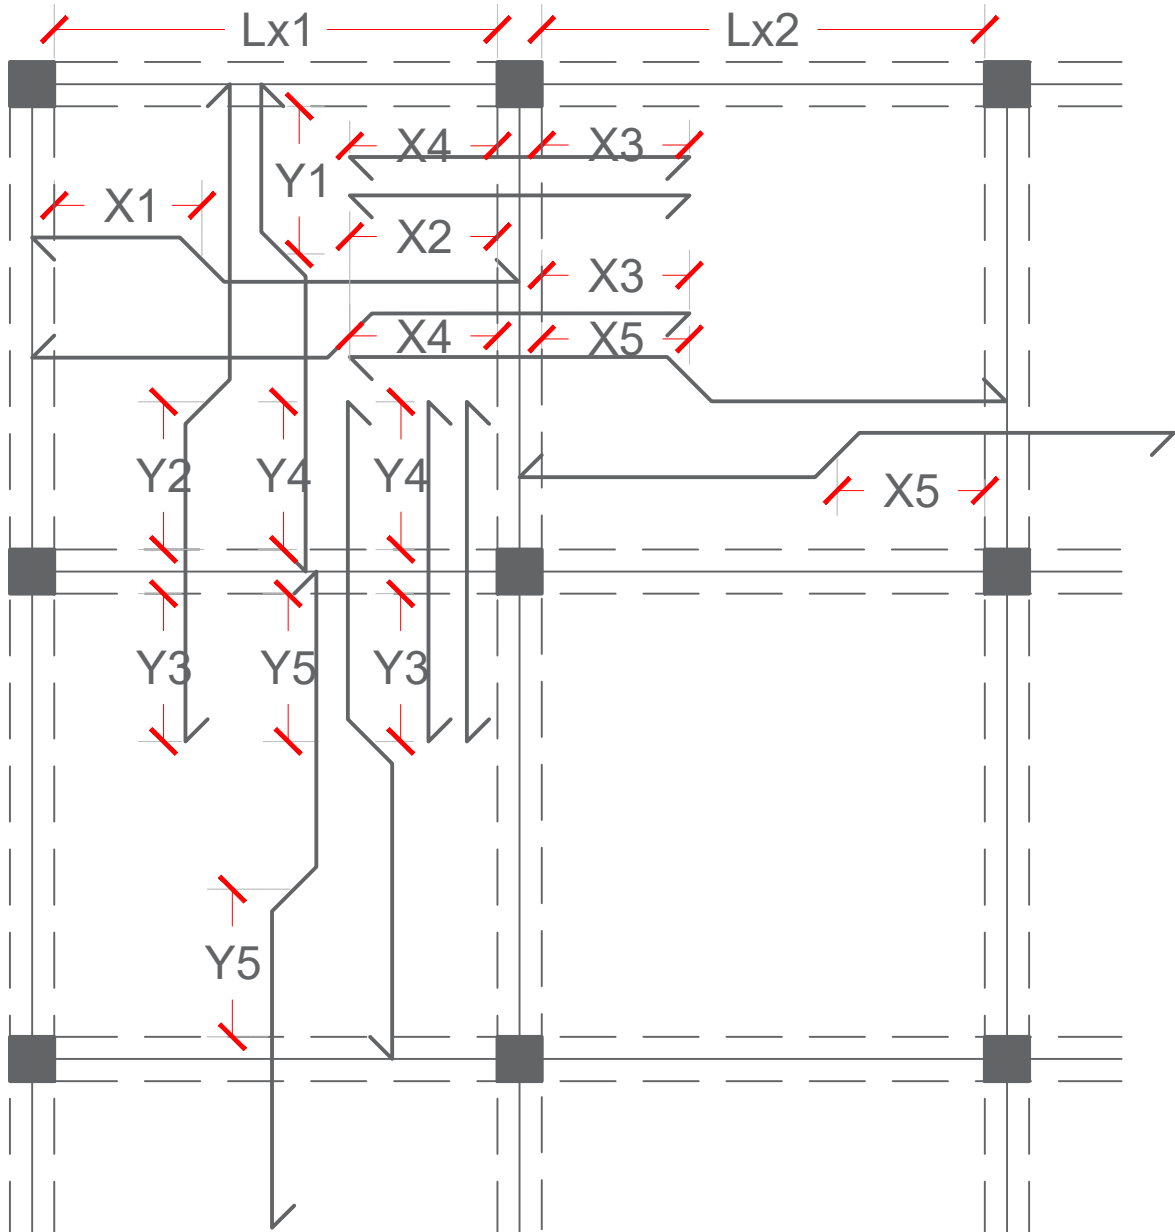


PLANTA ESTRUCTURAL DE TECHO - DUGOUT

ESC. 1:50

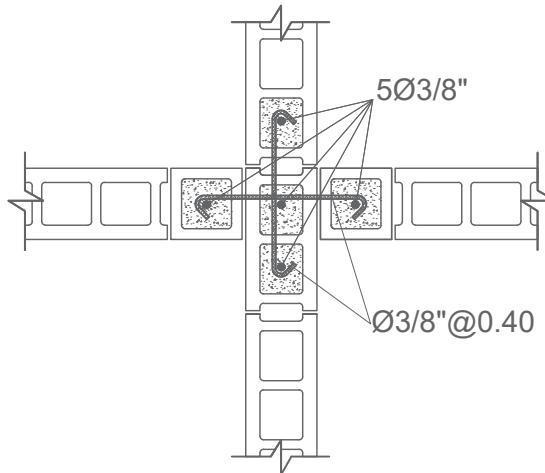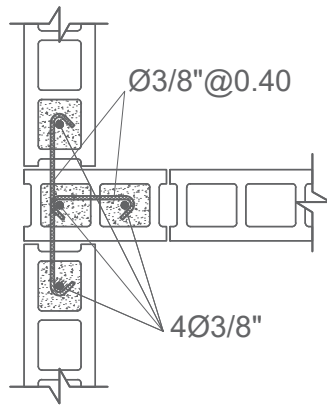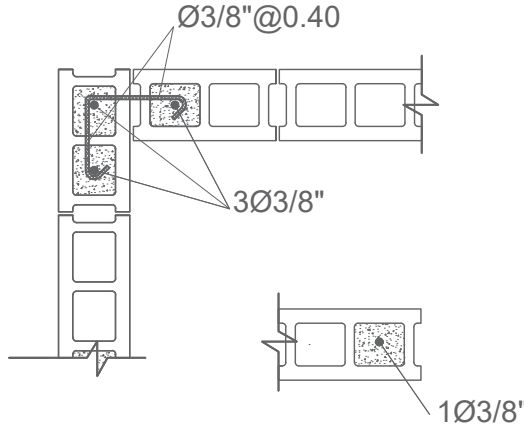

DETALLE INTERSECCIONES DE MURO

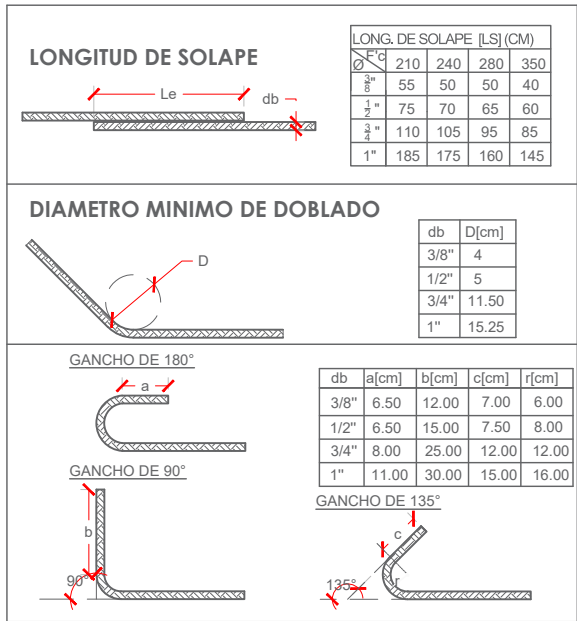

NOTA CARGA DE LOSAS:

- 1) CARGAS DE SERVICIOS.
- 1-A) CARGAS MUERTAS.
- D0 = PESO PROPIO = 0.12m X 2400 Kg/m3
D0 = 288 Kg/m2
D1 = 0.06 m X 2100 Kg/m3
D1 = 126 Kg/m2
D2 = 0.02 m X 2100 Kg/m3 = 42 Kg/m2
D3 = 20 Kg/m2
- 1-B) CARGAS VIVAS
- L1- HABITACIONES, PASILLO Y ESTAR
L2- BALCONES Y ESCALERAS
L1 = 200 Kg/m2
L2 = 400 Kg/m2

NOTA DE REFUERZOS

- 1-TODO ACERO LONGITUDINAL CORRESPONDE A Ø3/8". TODO ESPACIAMIENTO COLOCADO EN ACERO LONGITUDINAL CORRESPONDE 0.25, A MENOS QUE SE INDIQUE LO CONTRARIO.
- 2-TODO ACERO ADICIONAL CORRESPONDE A Ø3/8". TODO ESPACIAMIENTO COLOCADO EN ACERO ADICIONAL CORRESPONDE 0.50, A MENOS QUE SE INDIQUE LO CONTRARIO.
- 3-EL ACERO DE REFUERZO A SER COLOCADO PRIMERO SERA AQUEL CON MENOR ESPACIAMIENTO.

CALIDAD DE LOS MATERIALES

- 1- Concreto:
F'c= 210 Kg/cm²
- 2- Barra de refuerzo corrugado (Varillas)
Fy= 4,200 Kg/cm² (Grado 60)
- 3- Malla Electrosoldada
Fy= 5,600 Kg/cm² (Grado 80)
- 4- Bloques de concreto
Fb≥ 60 Kg/cm².
- 5- Mortero en junta
F'j≥ 80 Kg/cm²
- 6- Hormigón en cámara
F'cm≥ 120 Kg/cm².

DIRECCIÓN DESARROLLO PROVINCIAL



Ave. Dr. Delgado, Esq. Moises Garcia,
Gazcue, Sto. Dgo., R.D.
TEL.: (809)-364-2189 | FAX.: (809)- 688-1665
E-Mail: info@cpadp.gob.do

PROYECTO:

CONST CAMPO DE BESIBOL MARIO VILLAMAN DOMINGUEZ, SECTOR BARRANCON LUPERON, PUERTO PLATA REPUBLICA DOMINICANA

EQUIPO DE TRABAJO:

DISEÑO ARQUITECTONICO

codia 00000

ENC. INGENIERIA

ING. FIOR DALIZA BONIFACIO

codia 00000

ESTRUCTURAL

ING.

codia 00000

ELECTRICO

ING.

codia 00000

HIDRO-SANITARIO

ING.

codia 00000

SELLO DE APROBACION

FECHA

CONTENIDO:


DETALLES ESTRUCTURALES

ESCALA:

1:50

NO. PAGINA:


024

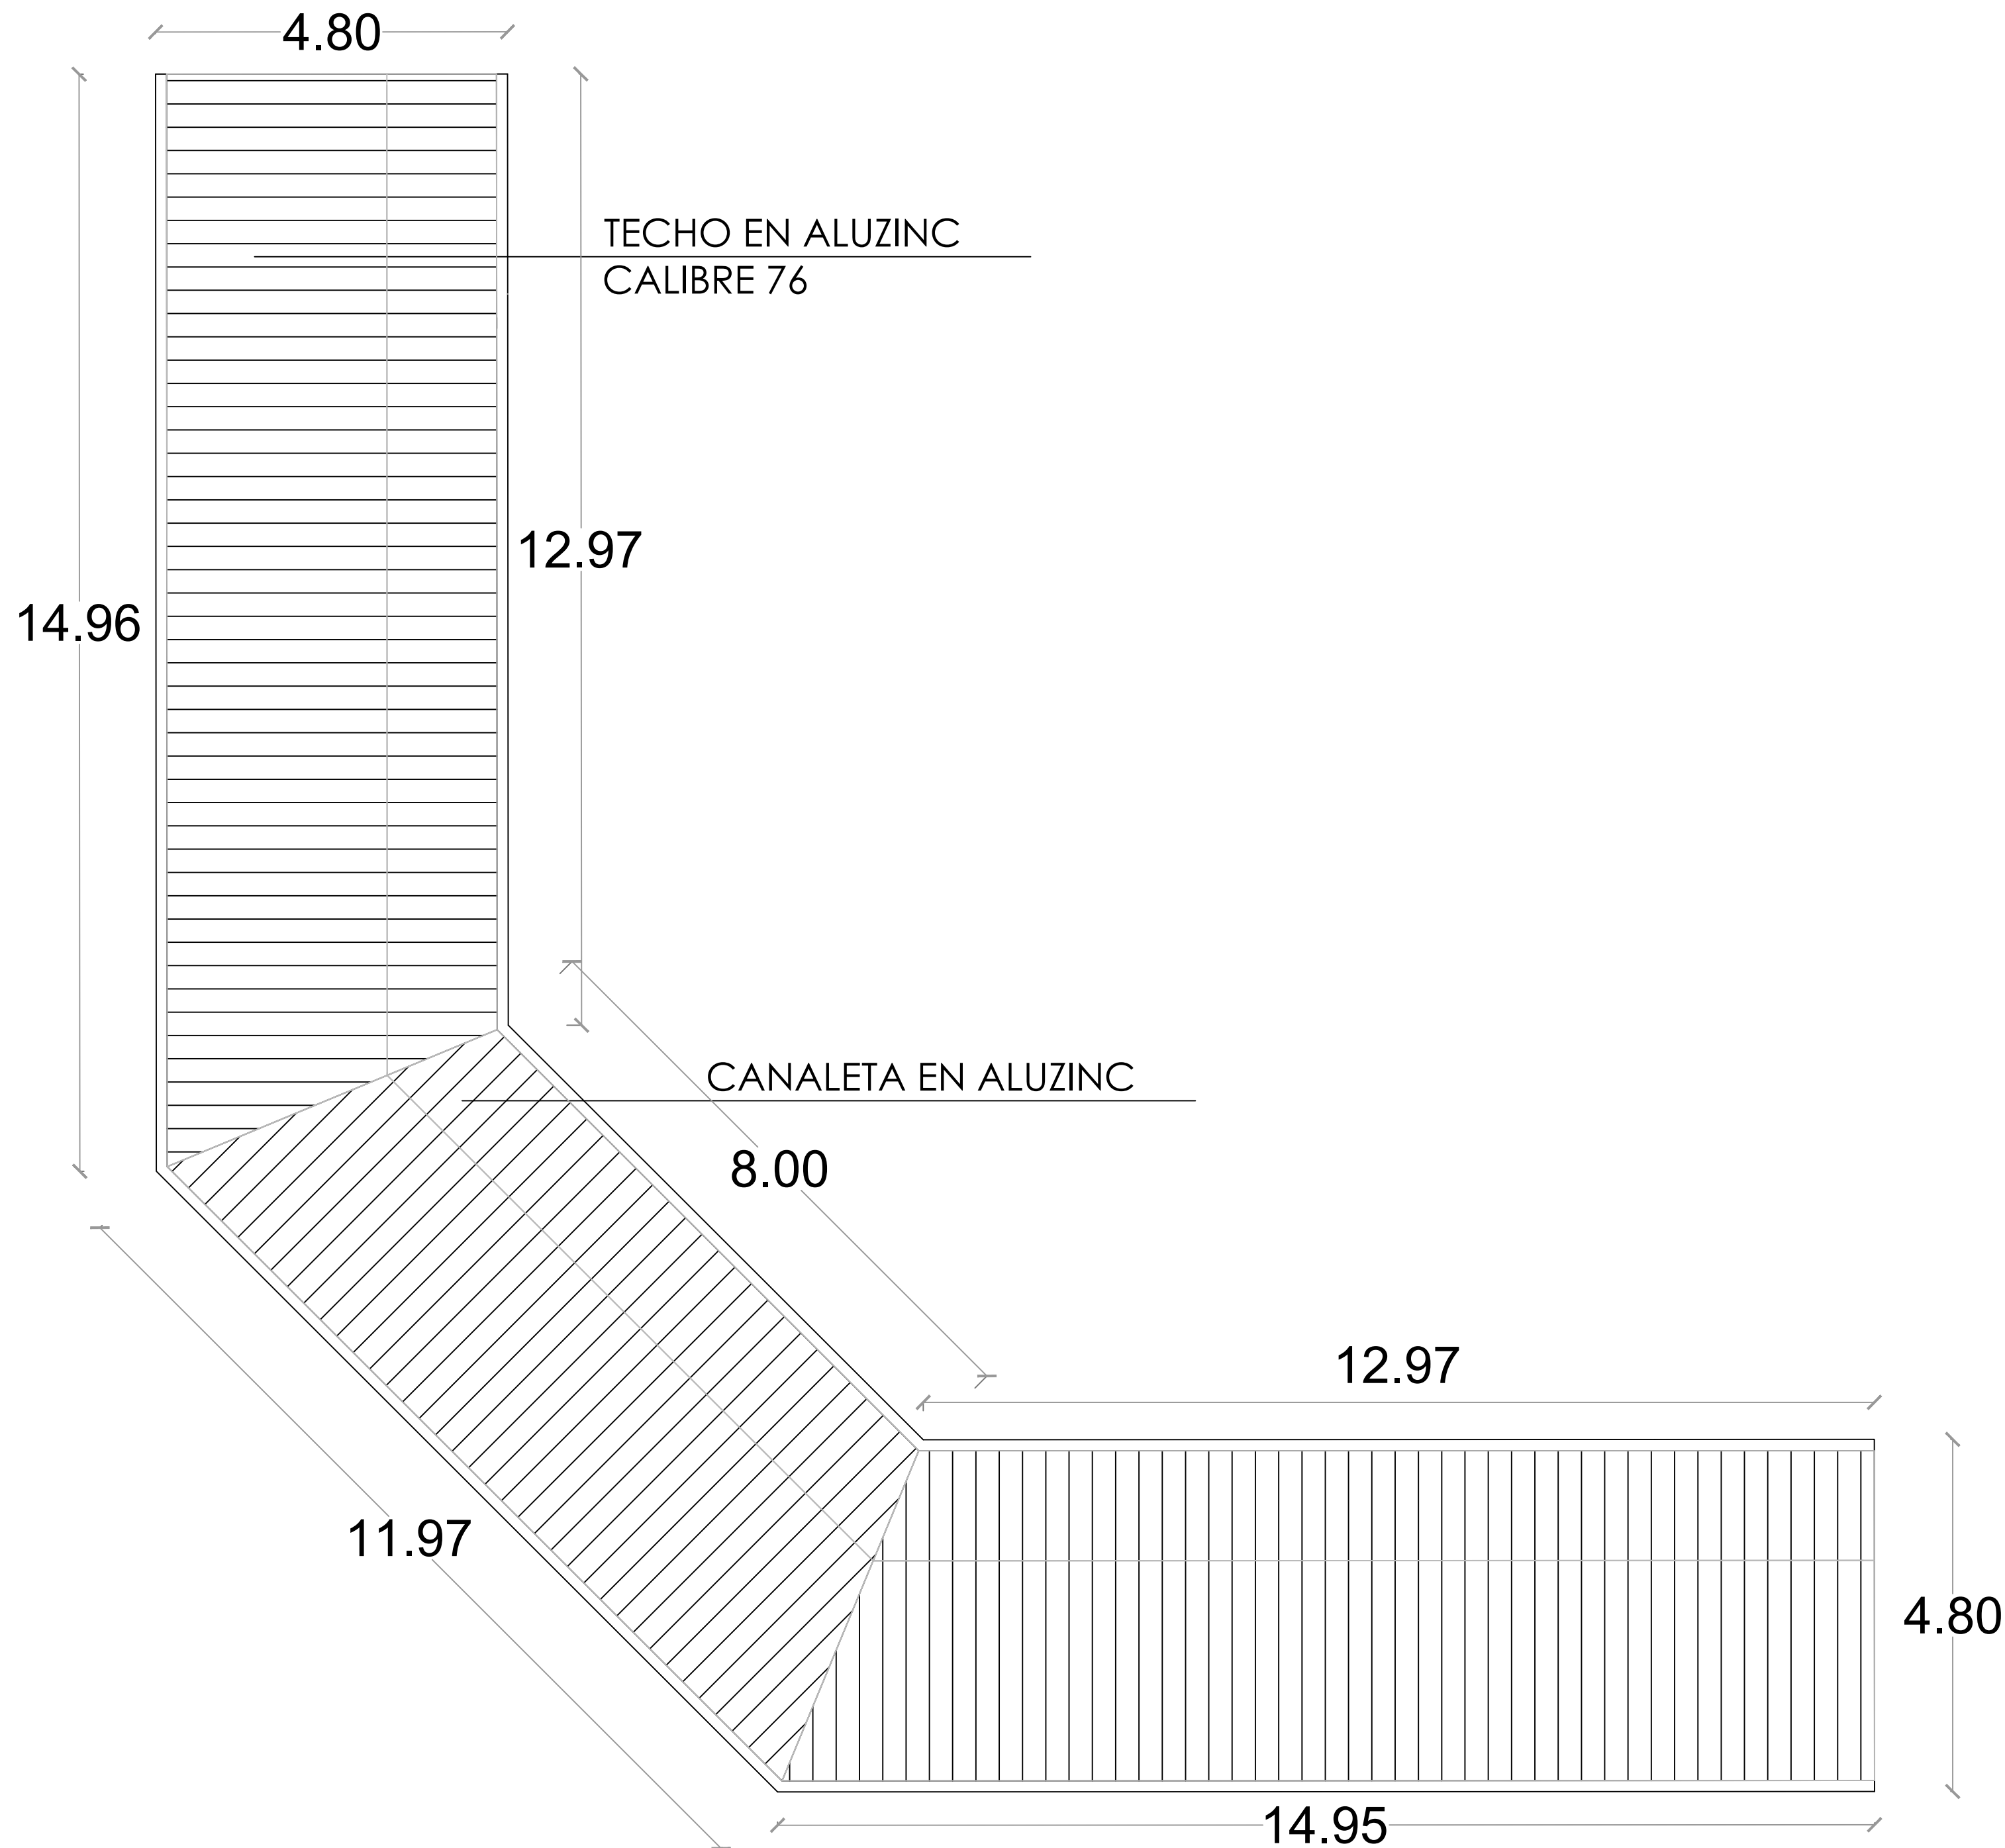

PLANTA DE TECHOS - GRADAS

ESC. 1:100

DIRECCIÓN DESARROLLO
PROVINCIAL

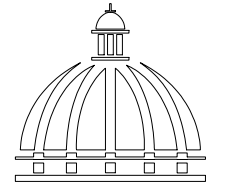

Ave. Dr. Delgado, Esq. Moises Garcia,
Gazcue, Sto. Dgo., R.D.
TEL.: (809)-364-2189 | FAX.: (809)- 688-1665
E-Mail: info@cpadp.gob.do

PROYECTO:

**CONST CAMPO DE BESIBOL MARIO
VILLAMAN DOMINGUEZ,
SECTOR BARRANCON
LUPERON, PUERTO PLATA
REPUBLICA DOMINICANA**

DISEÑO ARQUITECTONICO
ARQ.

codia 00000

ENC. INGENIERIA
ING. FIOR DALIZA BONIFACIO

codia 00000

ESTRUCTURAL
ING.

codia 00000

ELECTRICO
ING.

codia 00000

HIDRO-SANITARIO
ING.

codia 00000

SELLO DE APROBACION

FECHA

CONTENIDO:

**PLANTA DE TECHOS -
GRADAS**


ESCALA:

1:100

ESCALA:

NO. PAGINA:

025

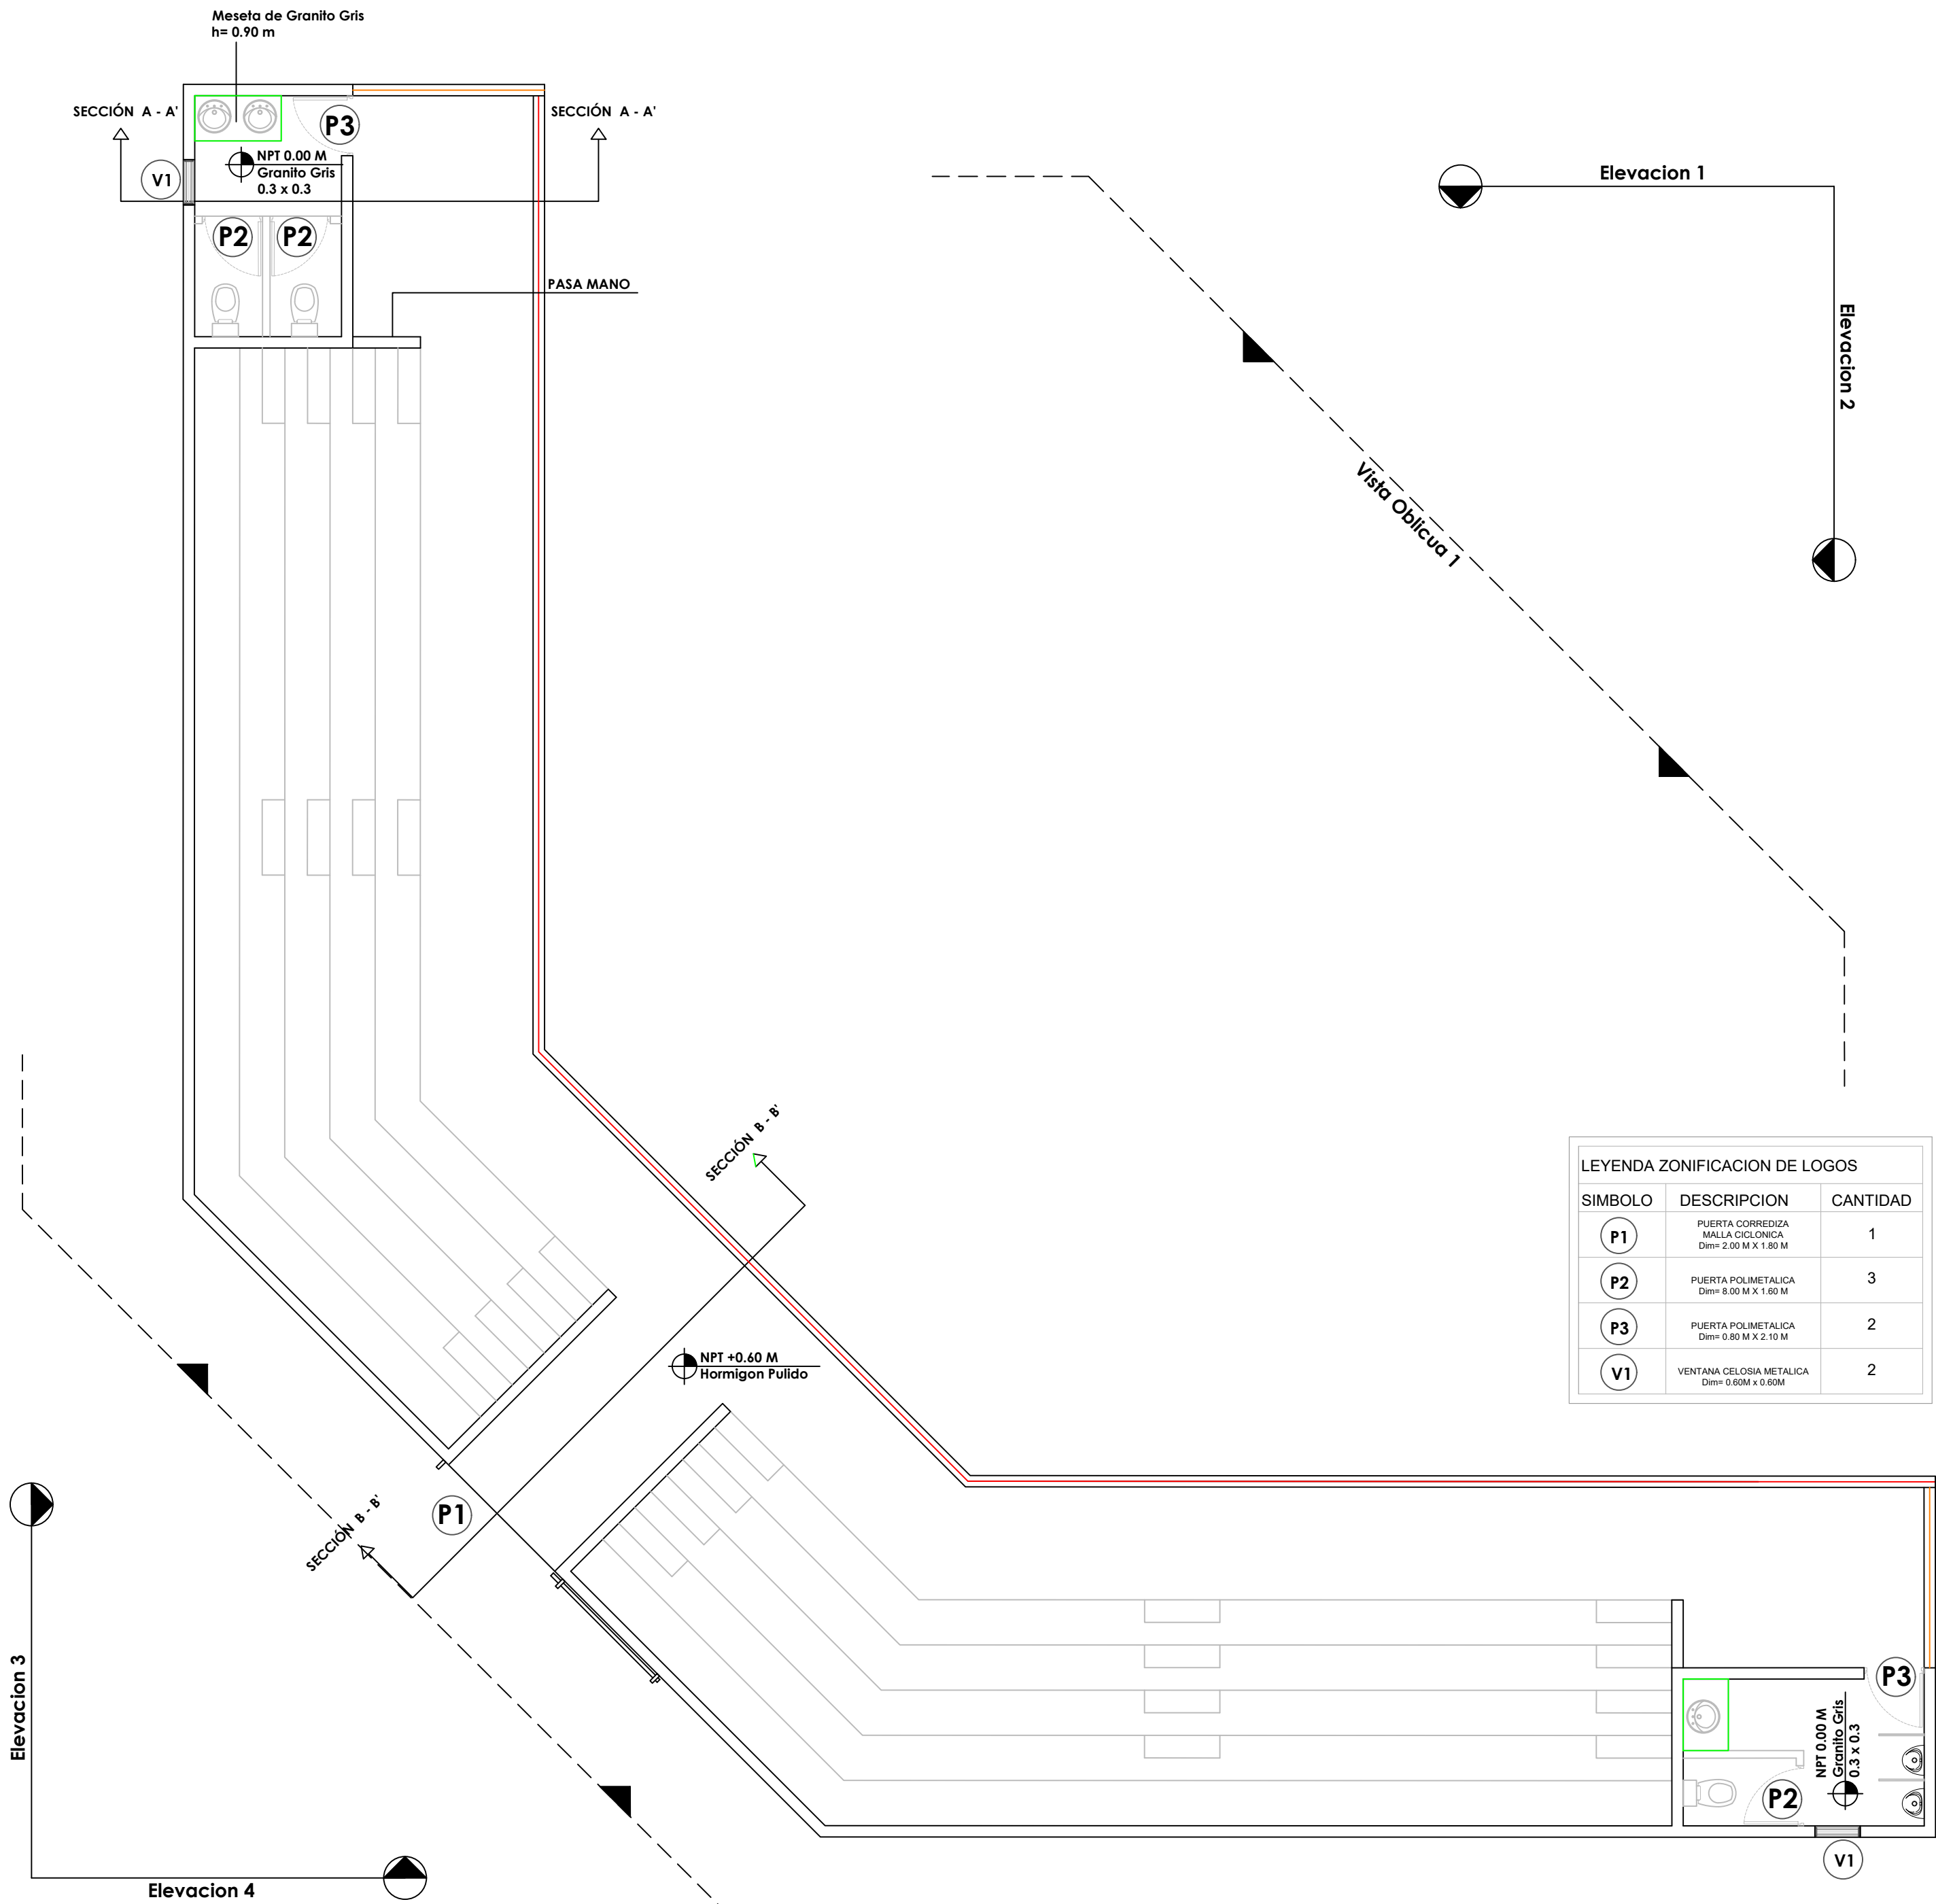

LEYENDA ZONIFICACION DE LOGOS		
SIMBOLO	DESCRIPCION	CANTIDAD
P1	PUERTA CORREDIZA MALLA CICLONICA Dim= 2.00 M X 1.80 M	1
P2	PUERTA POLIMETALICA Dim= 8.00 M X 1.60 M	3
P3	PUERTA POLIMETALICA Dim= 0.60 M X 2.10 M	2
V1	VENTANA CELOSIA METALICA Dim= 0.60M x 0.60M	2

PROYECTO:

**CONST CAMPO DE BESIBOL MARIO
VILLAMAN DOMINGUEZ,
SECTOR BARRANCON
LUPERON, PUERTO PLATA
REPUBLICA DOMINICANA**

EQUIPO DE TRABAJO:

DISEÑO ARQUITECTONICO
ARQ.

codia 00000

ENC. INGENIERIA
ING. FIOR DALIZA BONIFACIO

codia 00000

ESTRUCTURAL
ING.

codia 00000

ELECTRICO
ING.

codia 00000

HIDRO-SANITARIO
ING.

codia 00000

SELLO DE APROBACION

FECHA

CONTENIDO:

**PLANTA ARQUITECTONICA
DE LOSAS - GRADAS**


ESCALA:

1:100

ESCALA:

NO. PAGINA:

026

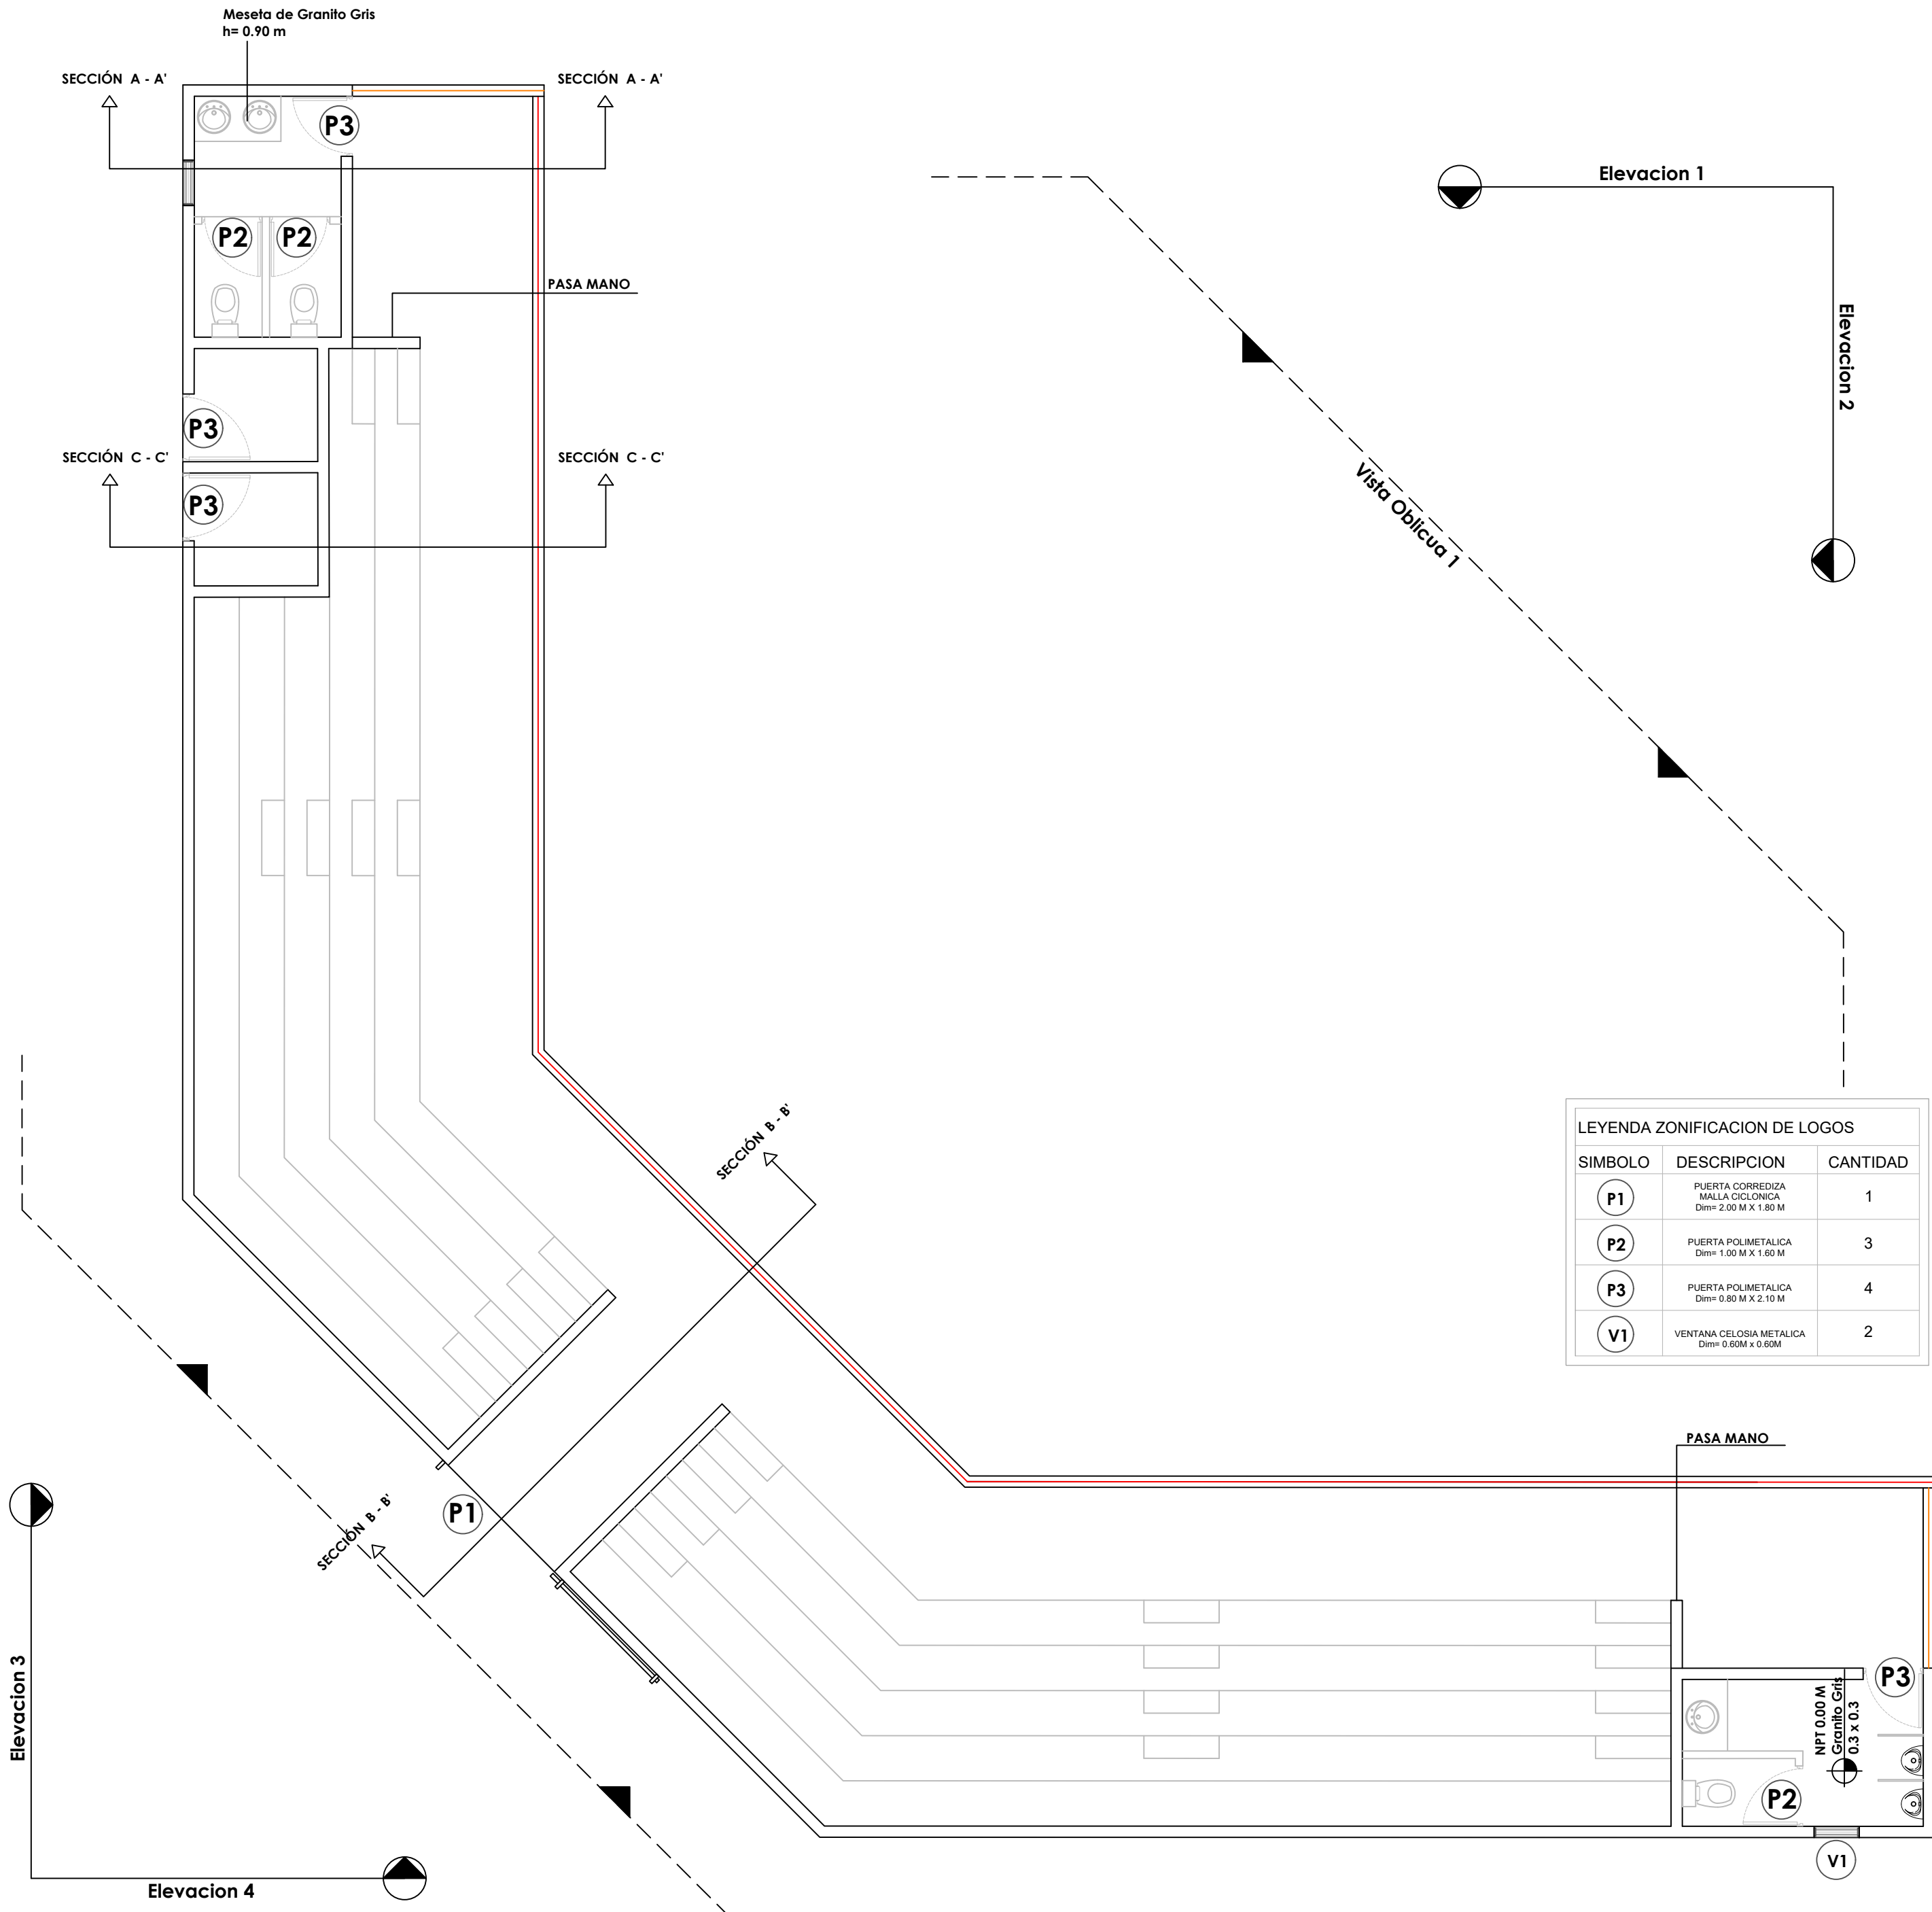


1
00

PLANTA ARQUITECTONICA DE LOSAS - GRADAS

ESC. 1:100

DIRECCIÓN DESARROLLO PROVINCIAL

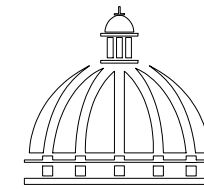

GOBIERNO DE LA
REPÚBLICA DOMINICANA

Ave. Dr. Delgado, Esq. Moises Garcia,
Gazcue, Sto. Dgo., R.D.
TEL.: (809)-364-2189 | FAX.: (809)- 688-1665
E-Mail: info@cpadp.gob.do

PROYECTO:

**CONST CAMPO DE BESIBOL MARIO
VILLAMAN DOMINGUEZ,
SECTOR BARRANCON
LUPERON, PUERTO PLATA
REPUBLICA DOMINICANA**

EQUIPO DE TRABAJO:

DISEÑO ARQUITECTONICO
ARQ.

codia 00000

ENC. INGENIERIA
ING. FIOR DALIZA BONIFACIO

codia 00000

ESTRUCTURAL
ING.

codia 00000

ELECTRICO
ING.

codia 00000

HIDRO-SANITARIO
ING.

codia 00000

SELLO DE APROBACION

FECHA

CONTENIDO:

**PLANTA ARQUITECTONICA
DE LOSAS - GRADAS**


ESCALA:

1:100

ESCALA:

NO. PAGINA:

027

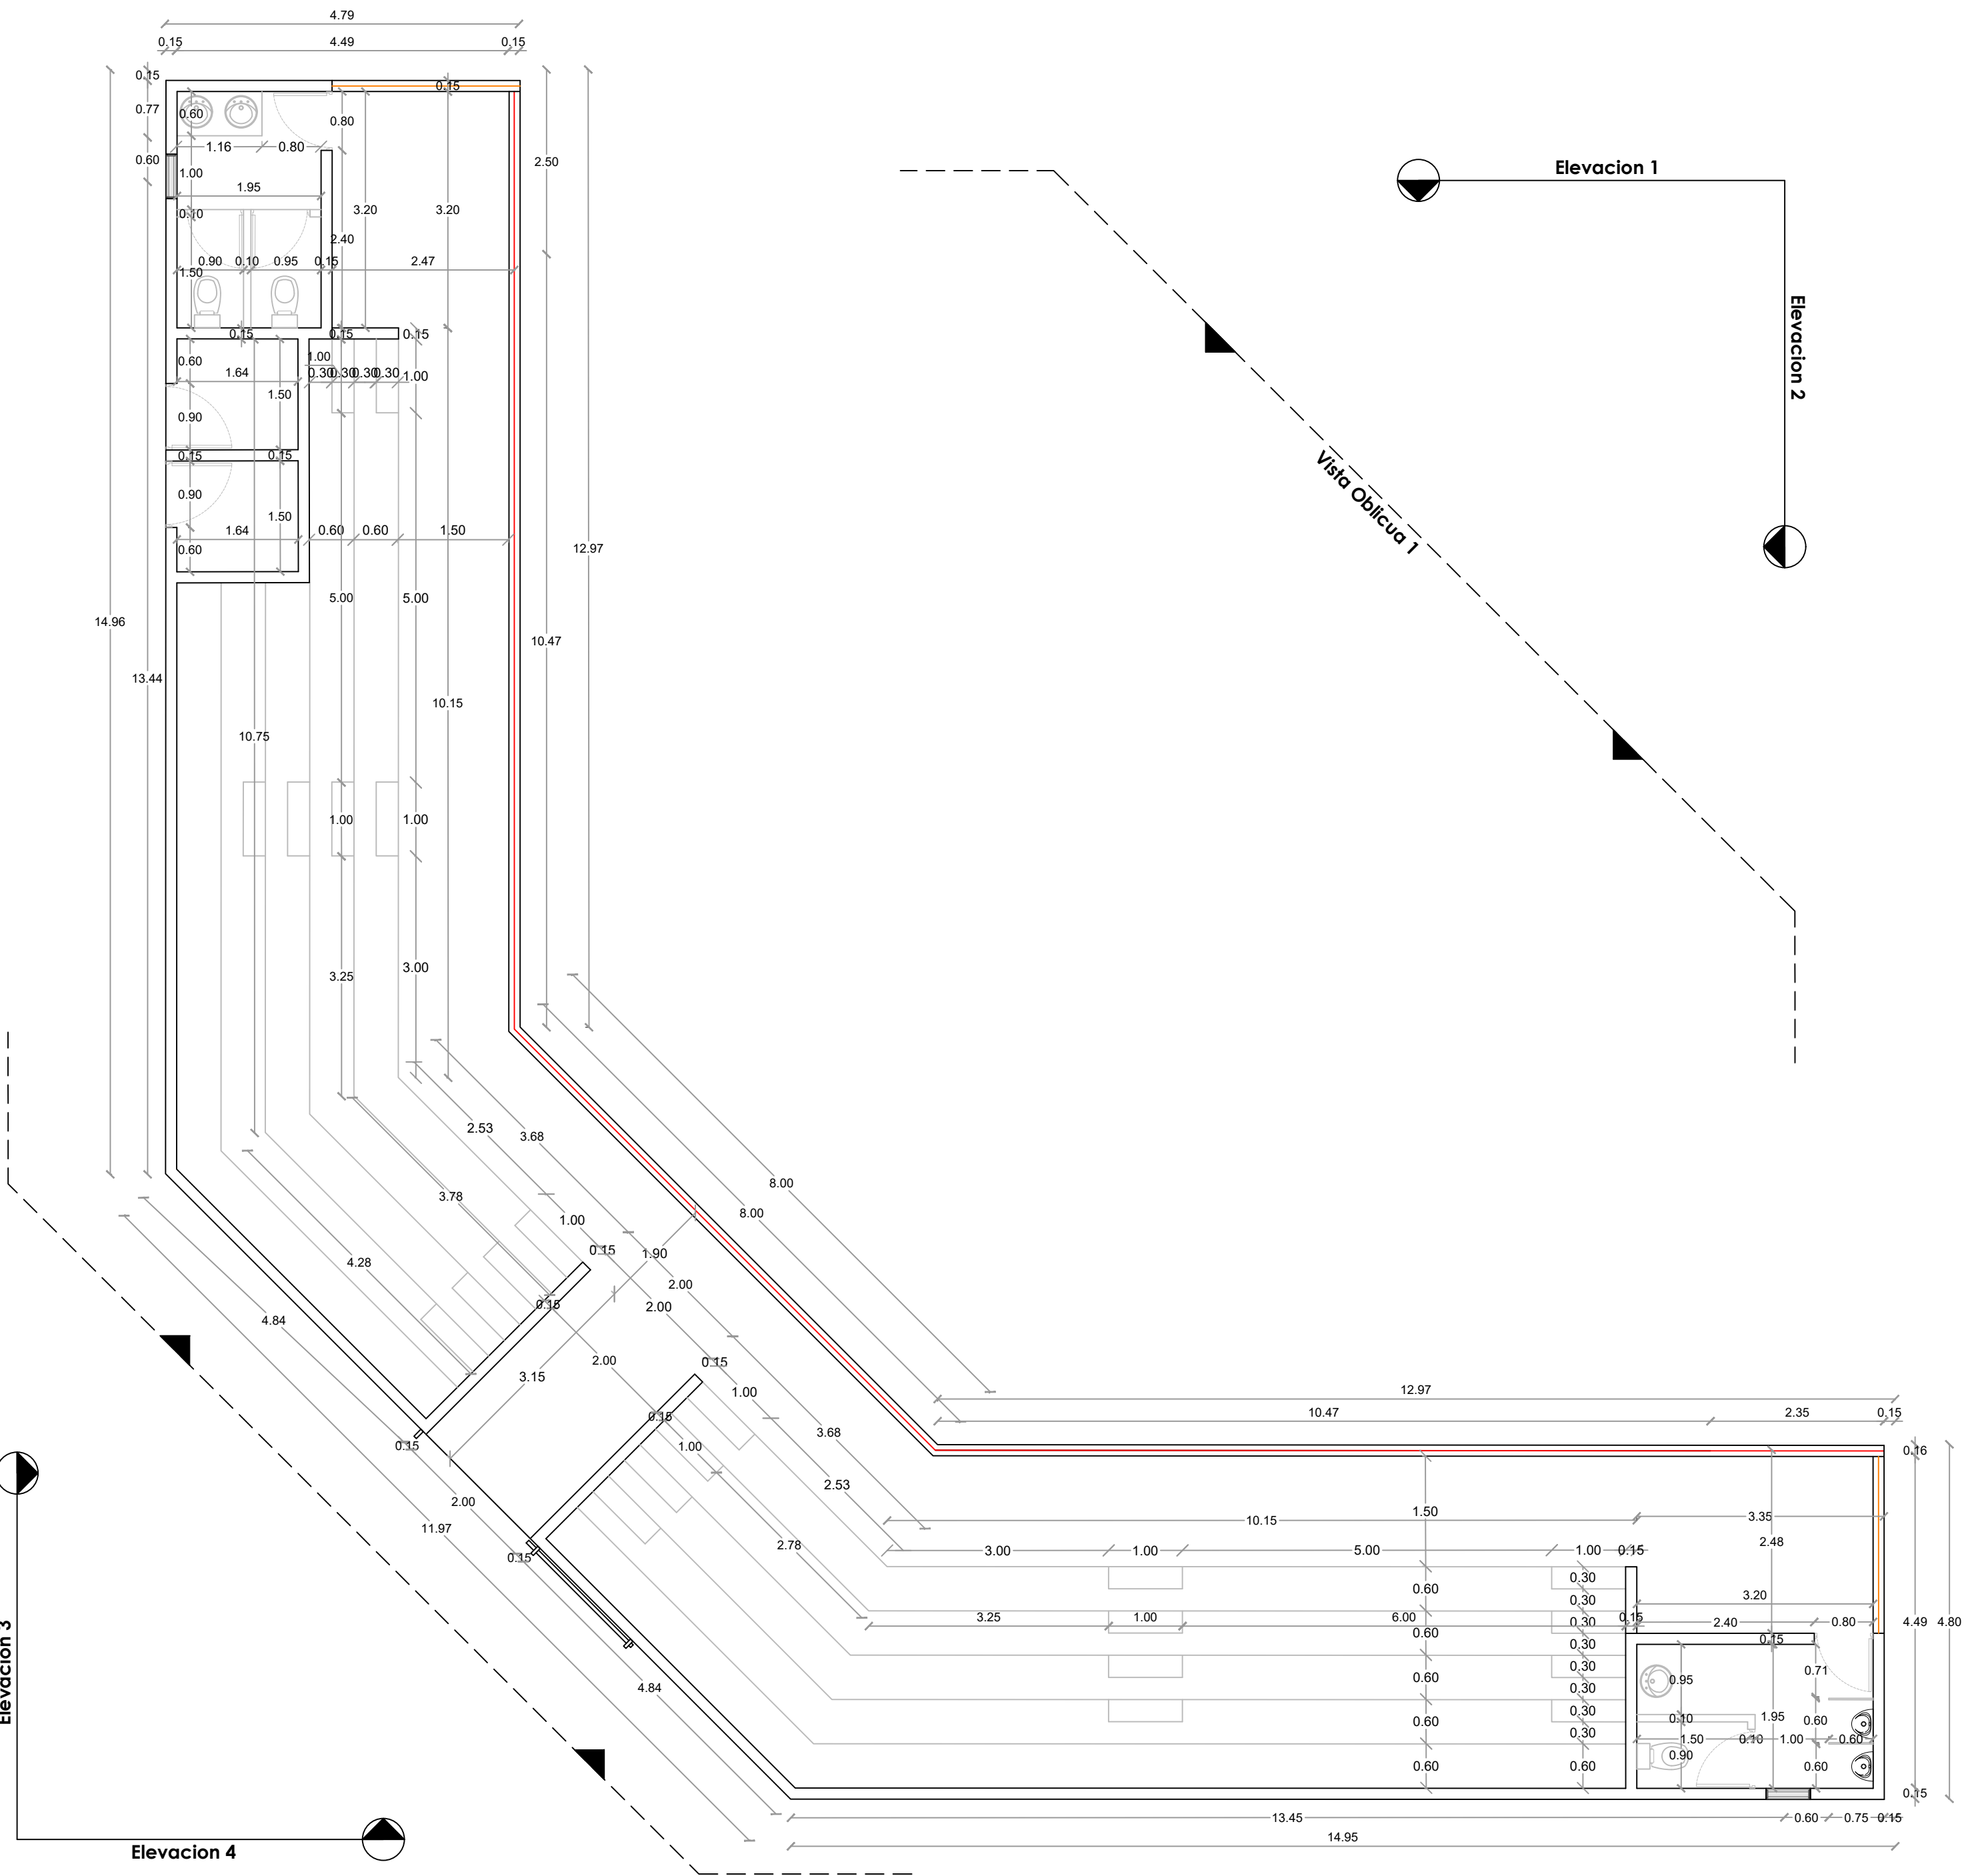

PLANTA DIMENSIONADA DE LOSAS - GRADAS

ESC. 1:100

DIRECCIÓN DESARROLLO
PROVINCIAL



Ave. Dr. Delgado, Esq. Moises Garcia,
Gazcue, Sto. Dgo., R.D.
TEL.: (809)-364-2189 | FAX.: (809)- 688-1665
E-Mail: info@cpadp.gob.do

PROYECTO:

**CONST CAMPO DE BESIBOL MARIO
VILLAMAN DOMINGUEZ,
SECTOR BARRANCON
LUPERON, PUERTO PLATA
REPUBLICA DOMINICANA**

EQUIPO DE TRABAJO:

DISEÑO ARQUITECTONICO

ARQ.

codia 00000

ENC. INGENIERIA

ING. FIOR DALIZA BONIFACIO

codia 00000

ESTRUCTURAL

ING.

codia 00000

ELECTRICO

ING.

codia 00000

HIDRO-SANITARIO

ING.

codia 00000

SELLO DE APROBACION

FECHA

CONTENIDO:


ESCALA:

1:100


ESCALA:

NO. PAGINA:


029

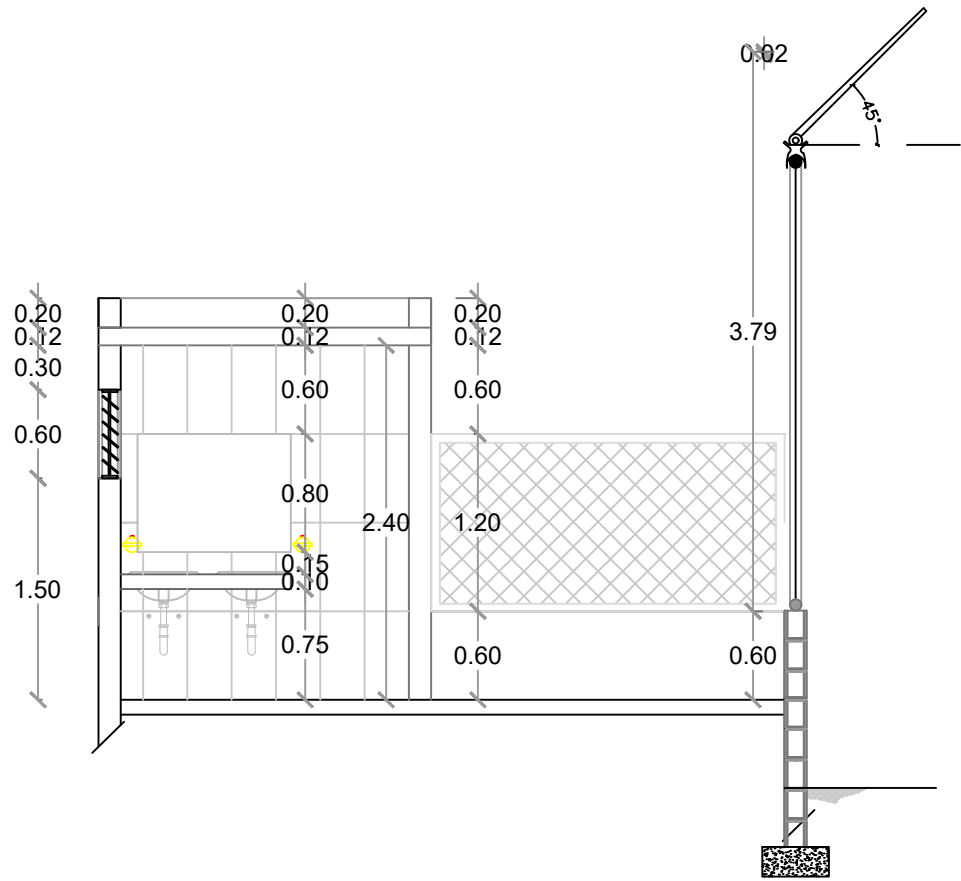


SECCIÓN A-A' - DIMENSIONADA - GRADAS
ESC. 1:75

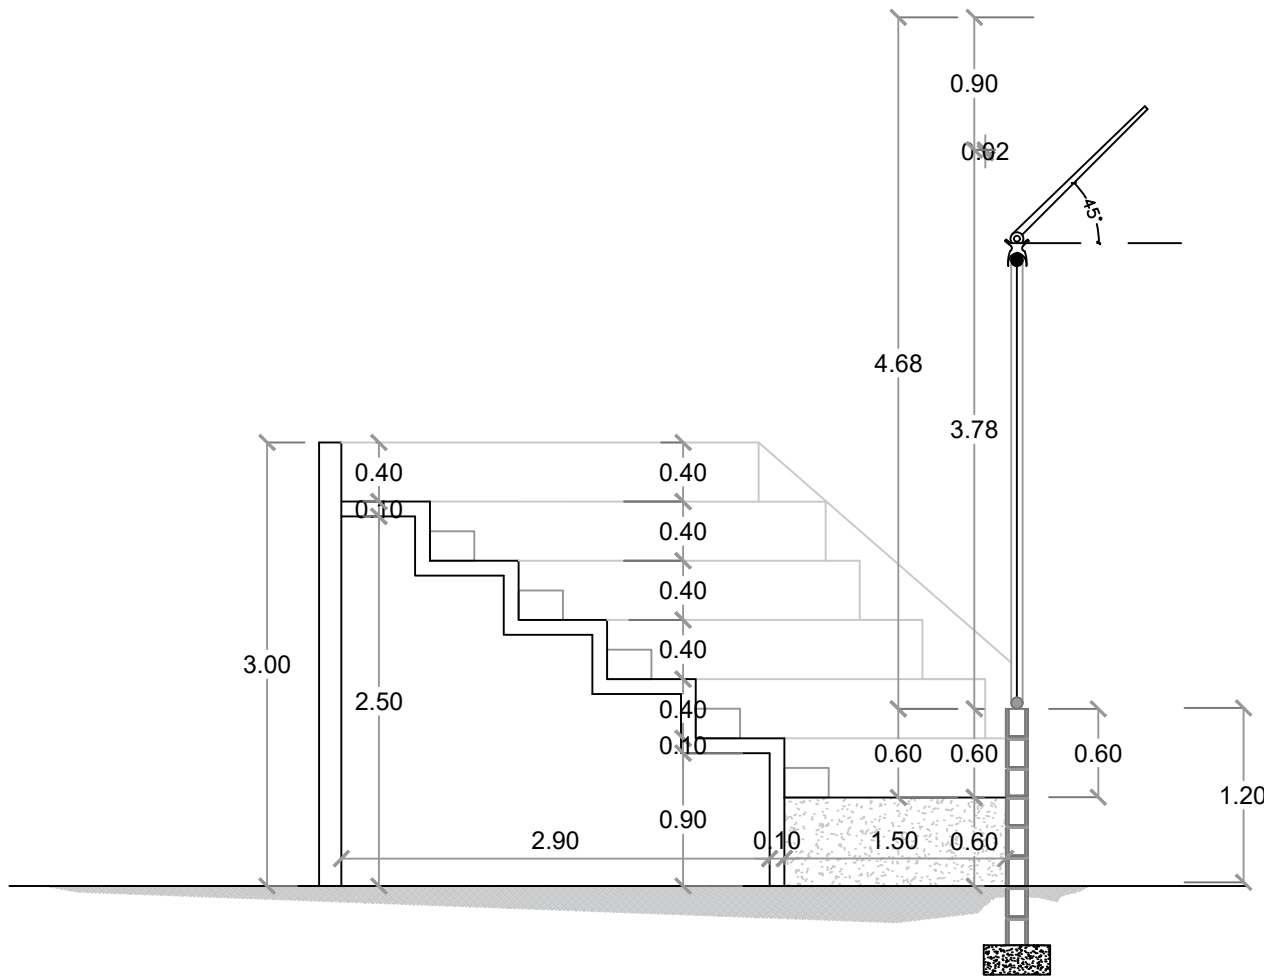

SECCIÓN B-B' - DIMENSIONADA - GRADAS
ESC. 1:75

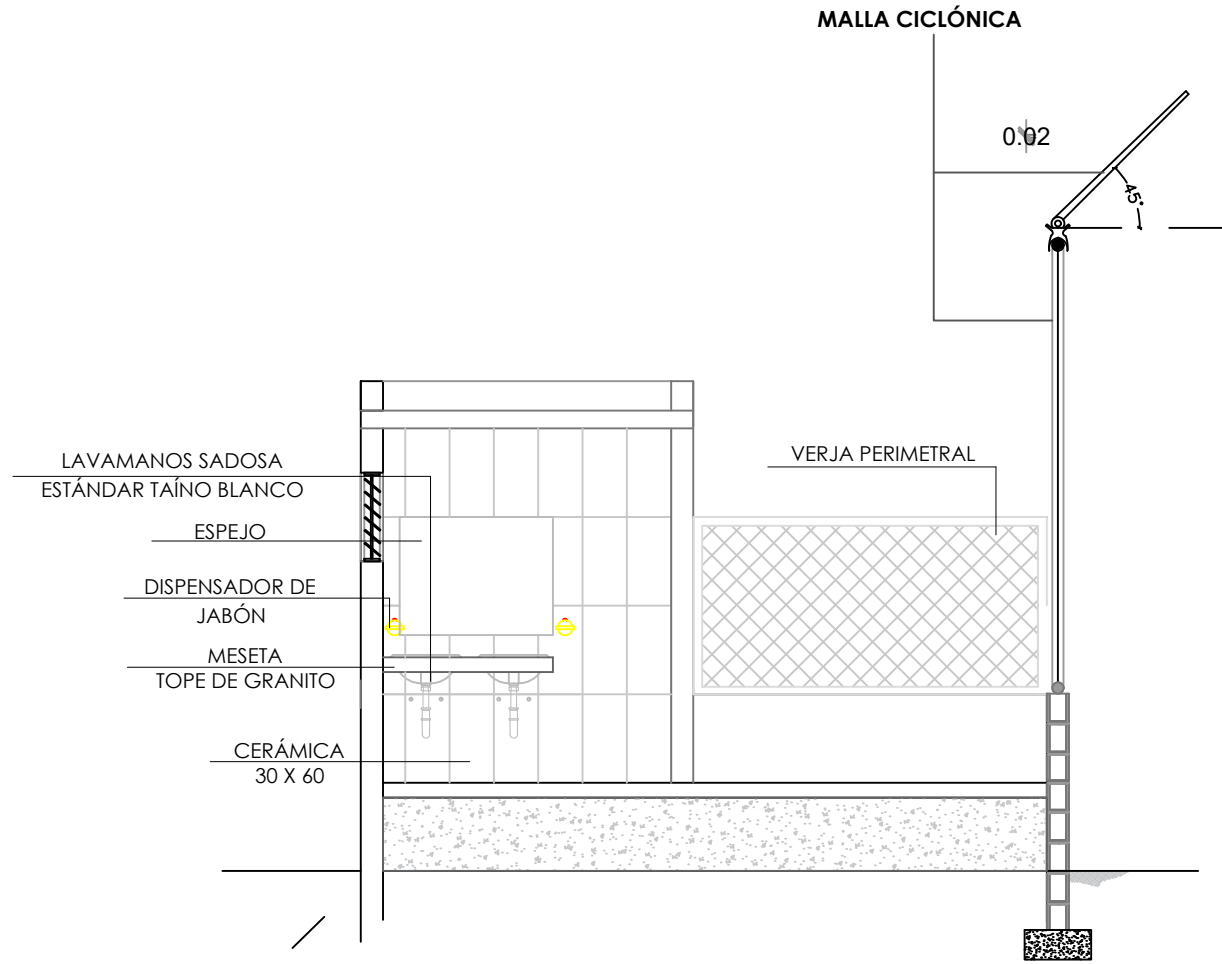

SECCIÓN A-A' - DETALLES - GRADAS
ESC. 1:75

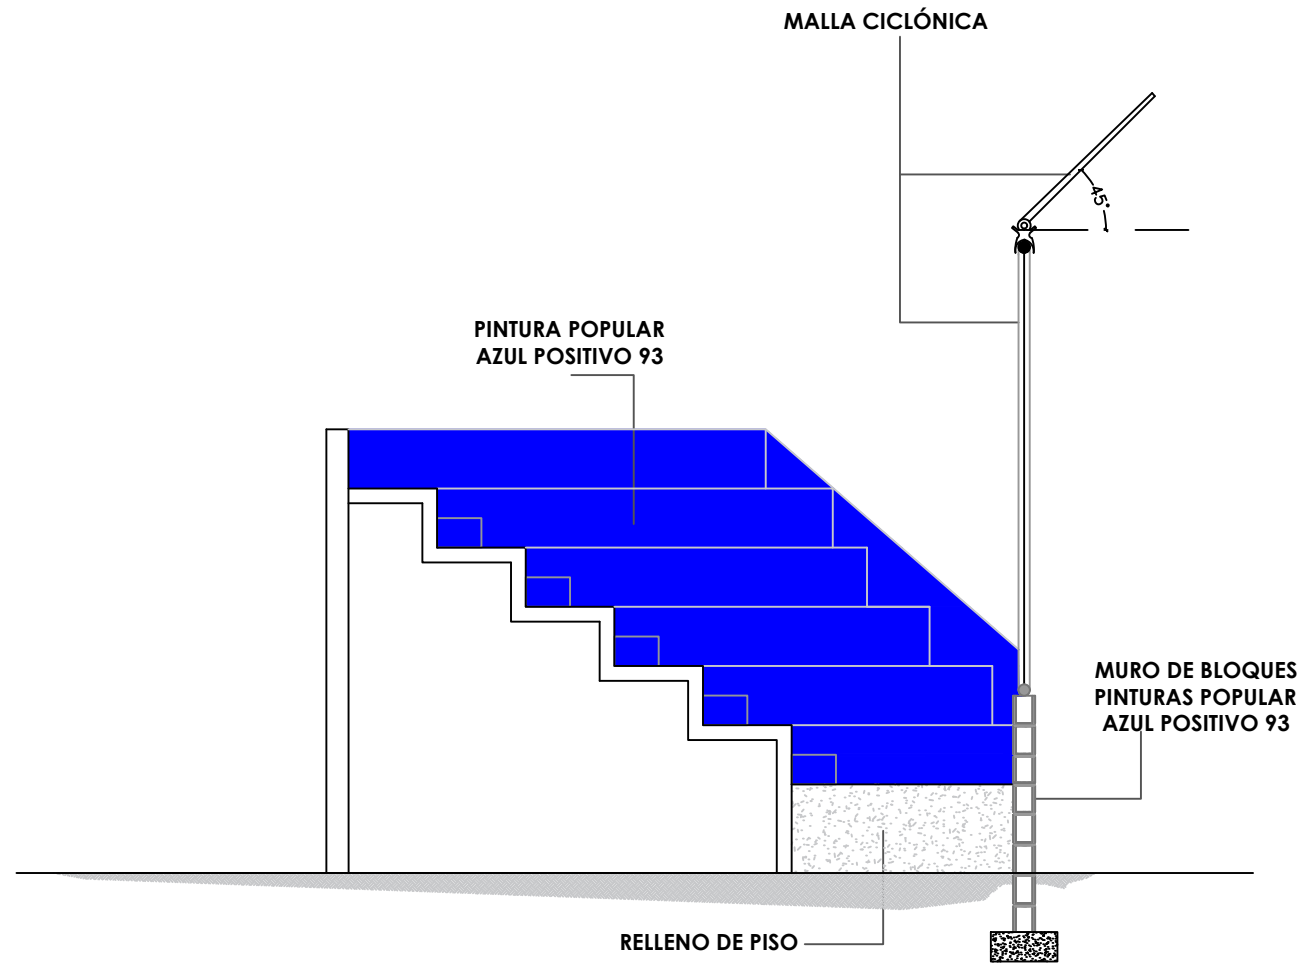

SECCIÓN B-B' - DETALLES - GRADAS
ESC. 1:75

DIRECCIÓN DESARROLLO
PROVINCIAL



Ave. Dr. Delgado, Esq. Moises Garcia,
Gazcue, Sto. Dgo., R.D.
TEL.: (809)-364-2189 | FAX.: (809)- 688-1665
E-Mail: info@cpadp.gob.do

PROYECTO:

**CONST CAMPO DE BESIBOL MARIO
VILLAMAN DOMINGUEZ,
SECTOR BARRANCON
LUPERON, PUERTO PLATA
REPUBLICA DOMINICANA**

EQUIPO DE TRABAJO:

DISEÑO ARQUITECTONICO

codia 00000

ENC. INGENIERIA
ING. FIOR DALIZA BONIFACIO

codia 00000

ESTRUCTURAL

ING.

codia 00000

ELECTRICO

ING.

codia 00000

HIDRO-SANITARIO

ING.

codia 00000

SELLO DE APROBACION

FECHA

CONTENIDO:


SECCIONES

ESCALA:

1:75


NO. PAGINA:

030

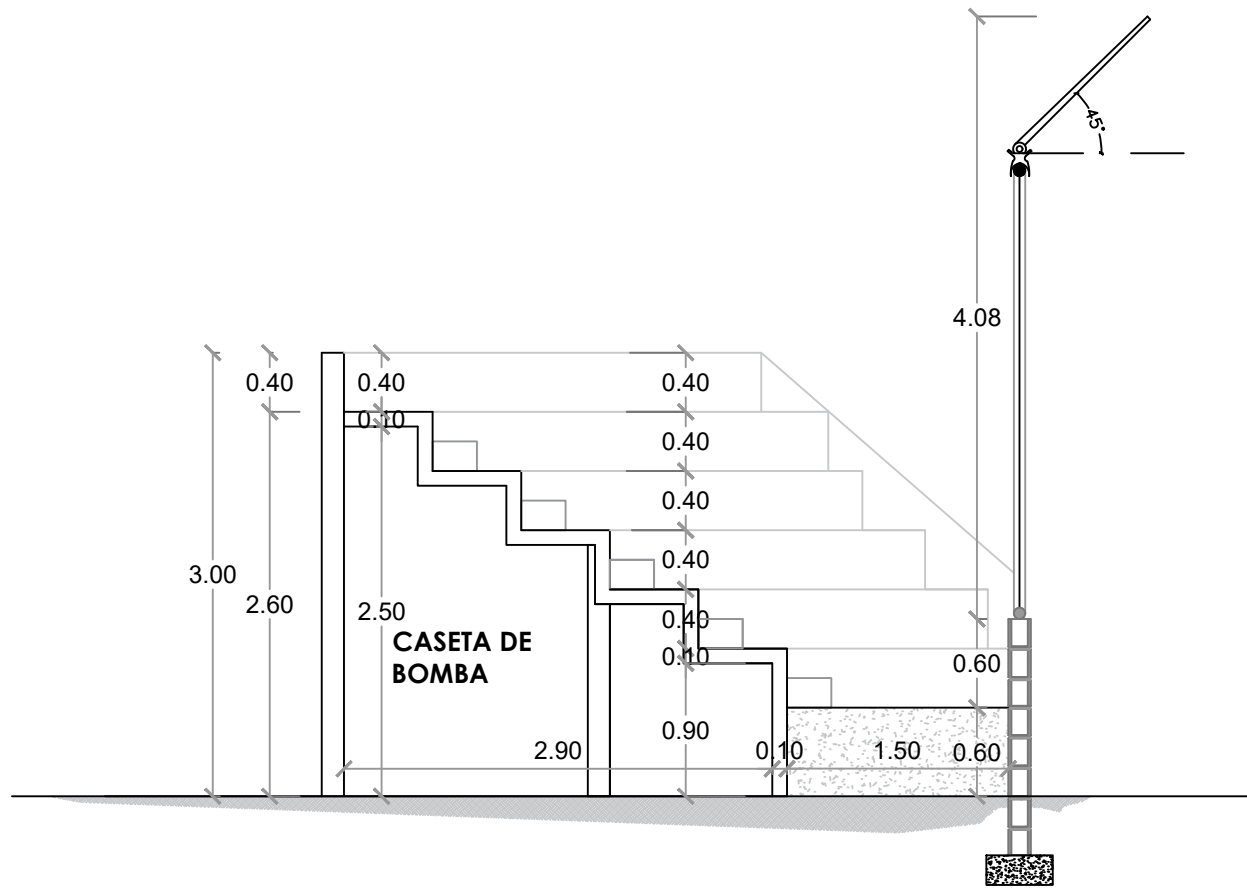

SECCIÓN C-C - DIMENSIONADA - GRADAS

ESC. 1:75

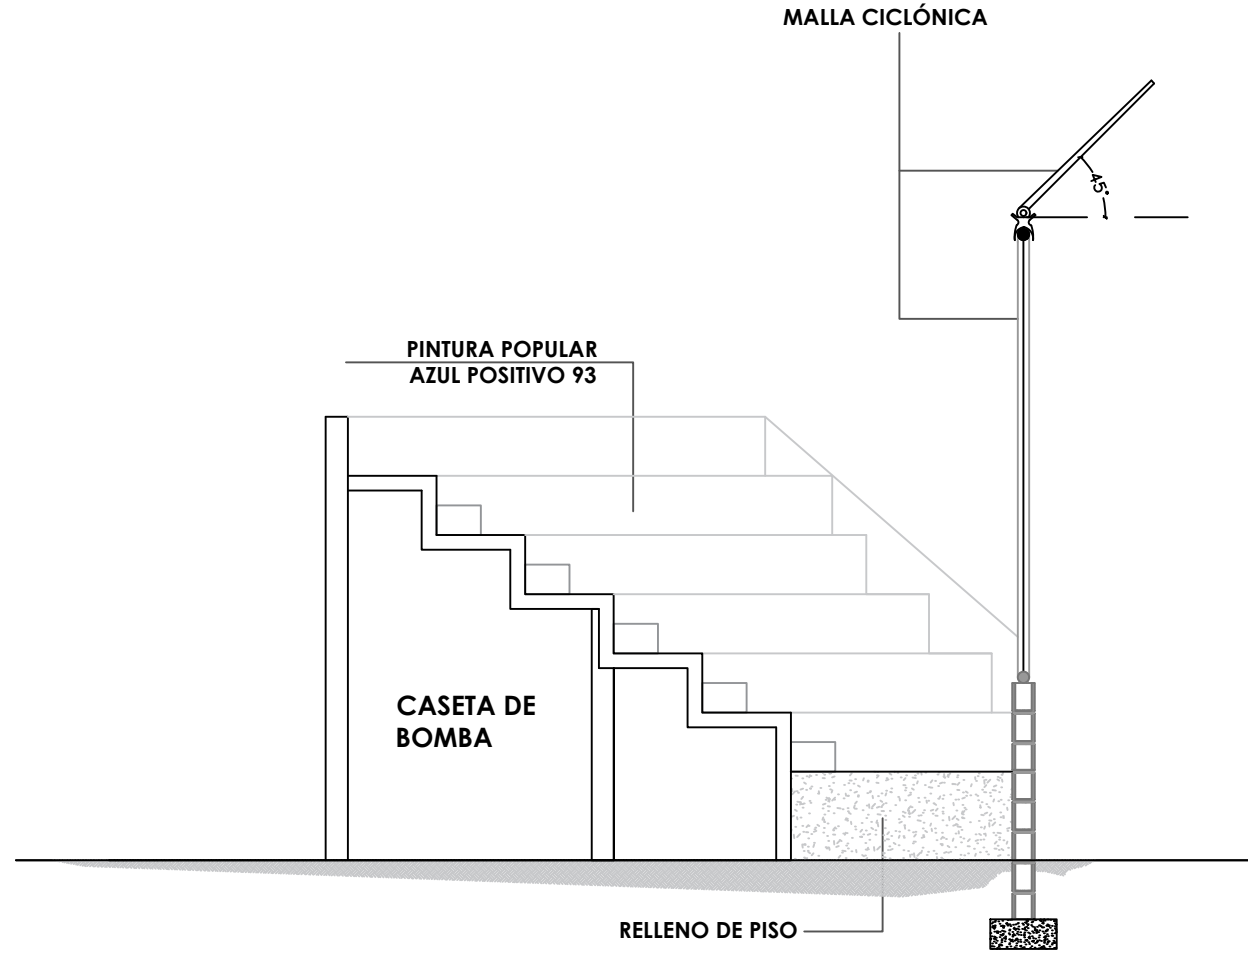

SECCIÓN C-C' - DETALLES - GRADAS

ESC. 1:75

DIRECCIÓN DESARROLLO
PROVINCIAL



Ave. Dr. Delgado, Esq. Moises Garcia,
Gazcue, Sto. Dgo., R.D.
TEL.: (809)-364-2189 | FAX.: (809)- 688-1665
E-Mail: info@cpadp.gob.do

PROYECTO:

**CONST CAMPO DE BESIBOL MARIO
VILLAMAN DOMINGUEZ,
SECTOR BARRANCON
LUPERON, PUERTO PLATA
REPUBLICA DOMINICANA**

EQUIPO DE TRABAJO:

DISEÑO ARQUITECTONICO

codia 00000

ENC. INGENIERIA
ING. FIOR DALIZA BONIFACIO

codia 00000

ESTRUCTURAL

ING.

codia 00000

ELECTRICO

ING.

codia 00000

HIDRO-SANITARIO

ING.

codia 00000

SELLO DE APROBACION

FECHA

CONTENIDO:

SECCIONES


ESCALA:

1:75


1:75

NO. PAGINA:

031

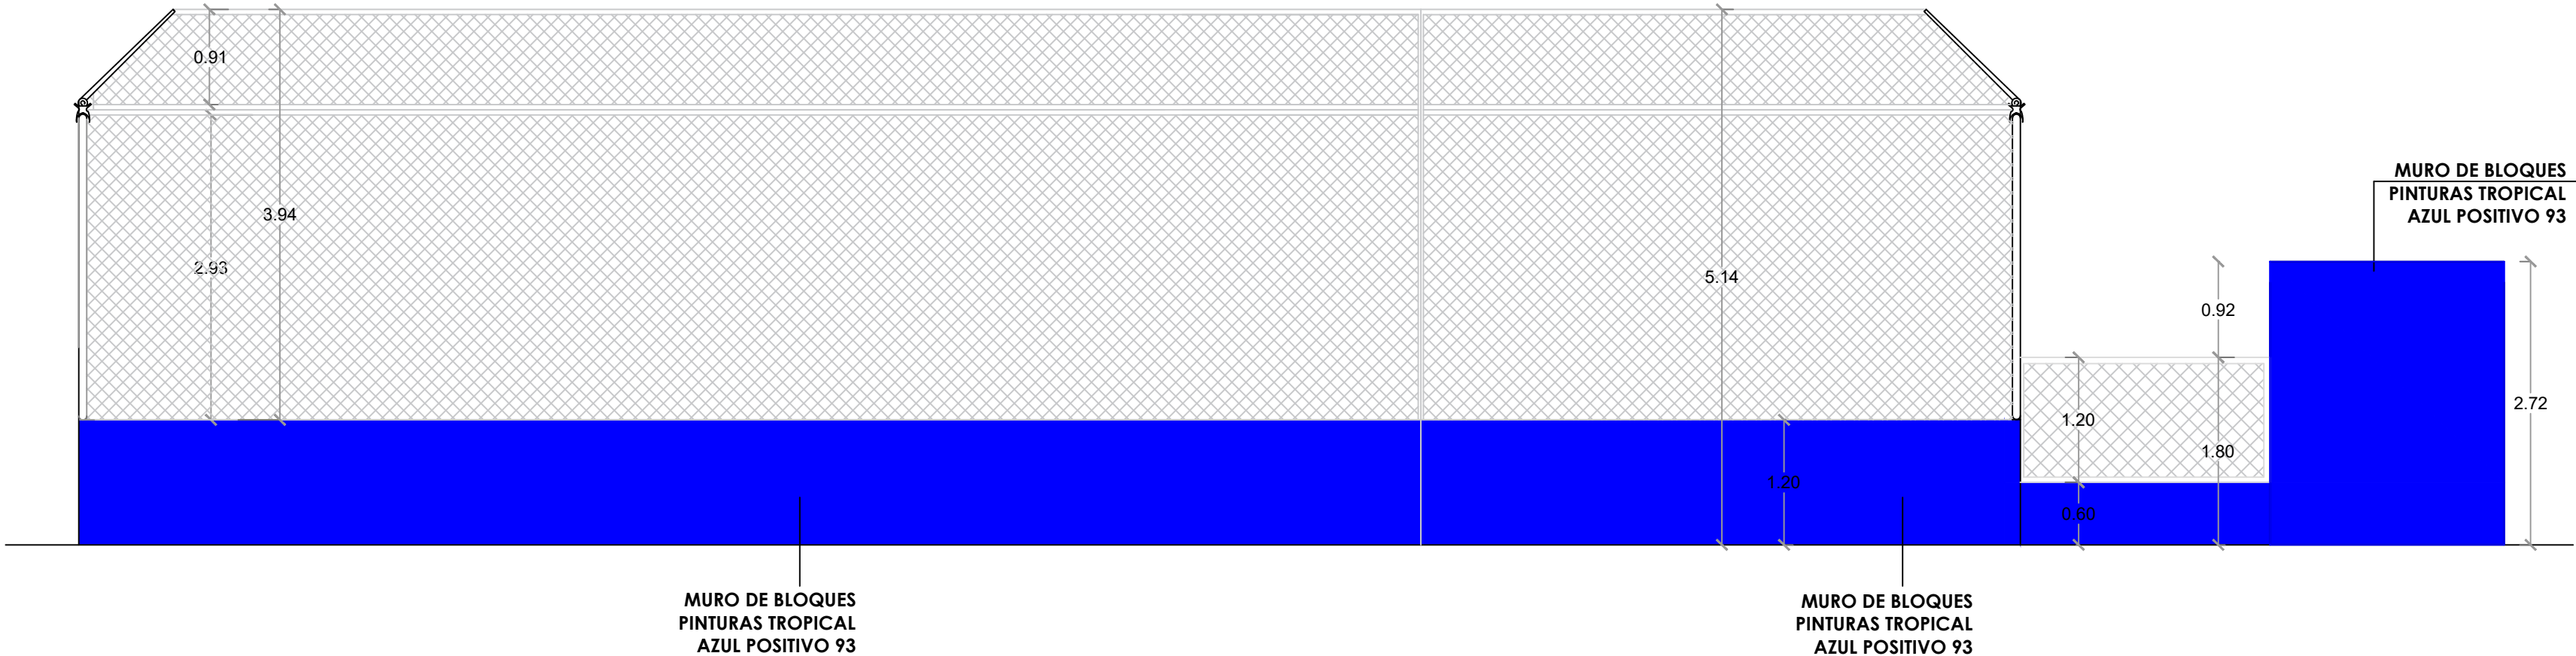

1 00 ELEVACIÓN 1 - GRADAS
ESC. 1:75

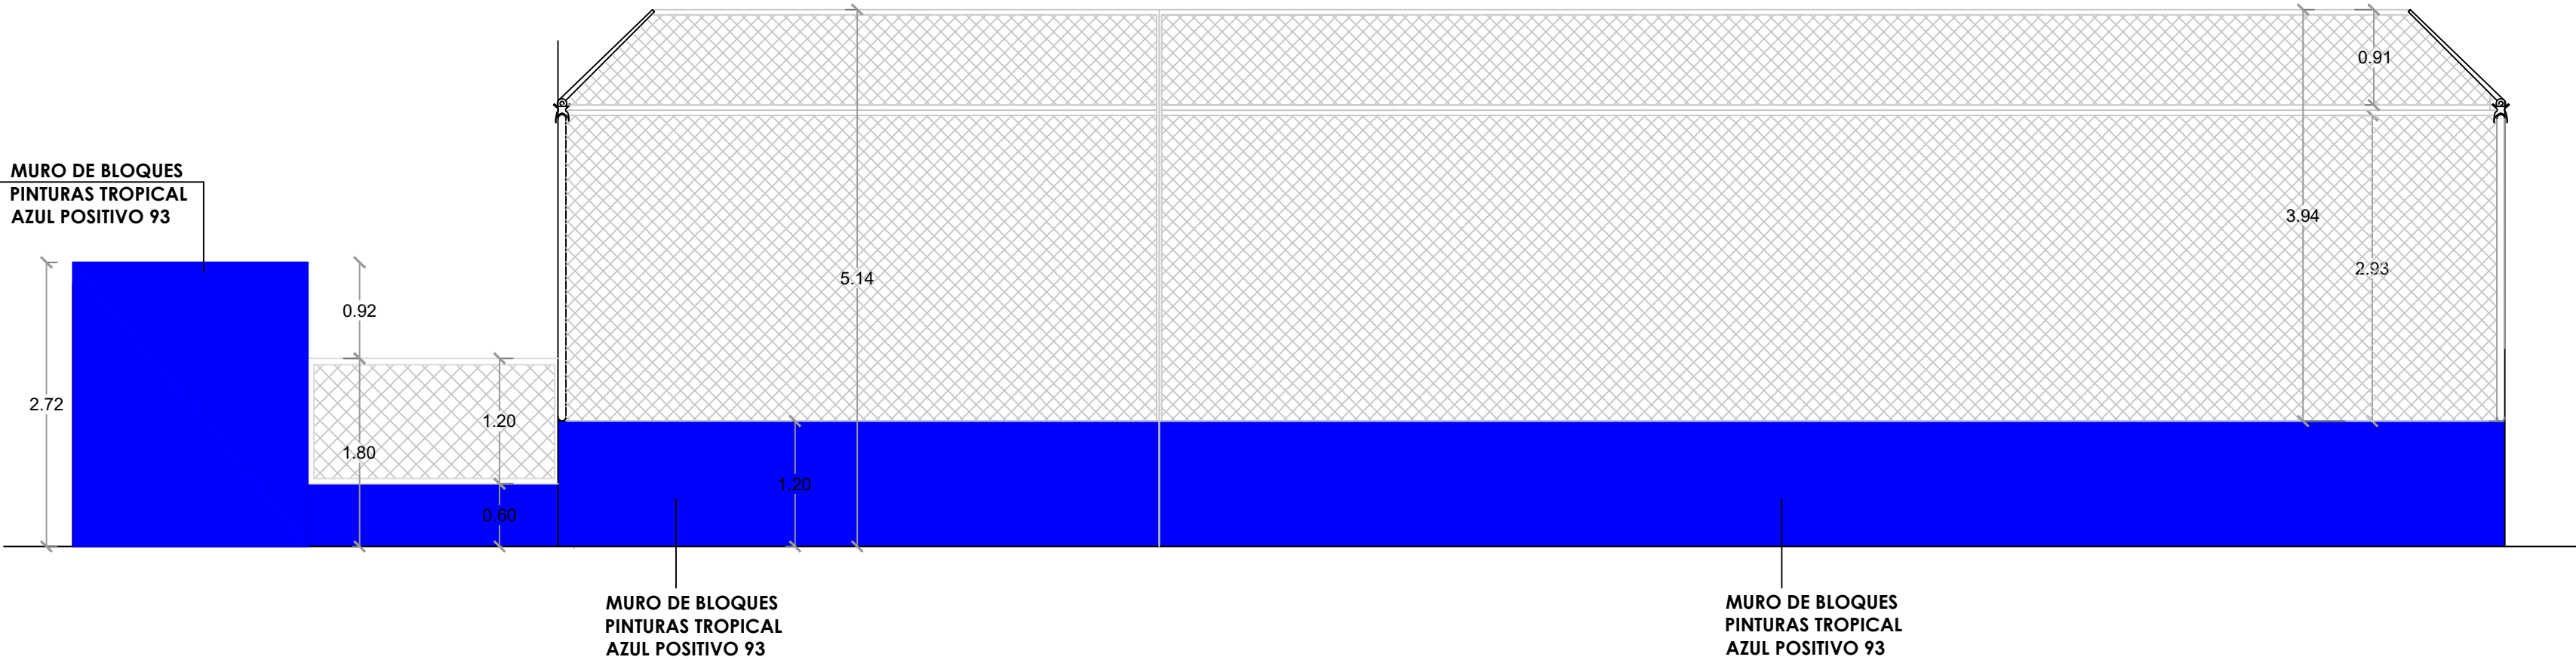

1 00 ELEVACIÓN 2 - GRADAS
ESC. 1:75

DIRECCIÓN DESARROLLO
PROVINCIAL



Ave. Dr. Delgado, Esq. Moises Garcia,
Gazcue, Sto. Dgo., R.D.
TEL.: (809)-364-2189 | FAX.: (809)- 688-1665
E-Mail: info@cpadp.gob.do

PROYECTO:
**CONST CAMPO DE BESIBOL MARIO
VILLAMAN DOMINGUEZ,
SECTOR BARRANCON
LUPERON, PUERTO PLATA
REPUBLICA DOMINICANA**

EQUIPO DE TRABAJO:

DISEÑO ARQUITECTONICO

codia 00000

ENC. INGENIERIA
ING. FIOR DALIZA BONIFACIO

codia 00000

ESTRUCTURAL
ING.

codia 00000

ELECTRICO
ING.

codia 00000

HIDRO-SANITARIO
ING.

codia 00000

SELLO DE APROBACION


FECHA

CONTENIDO:


ESCALA:
1:60

NO. PAGINA:

032

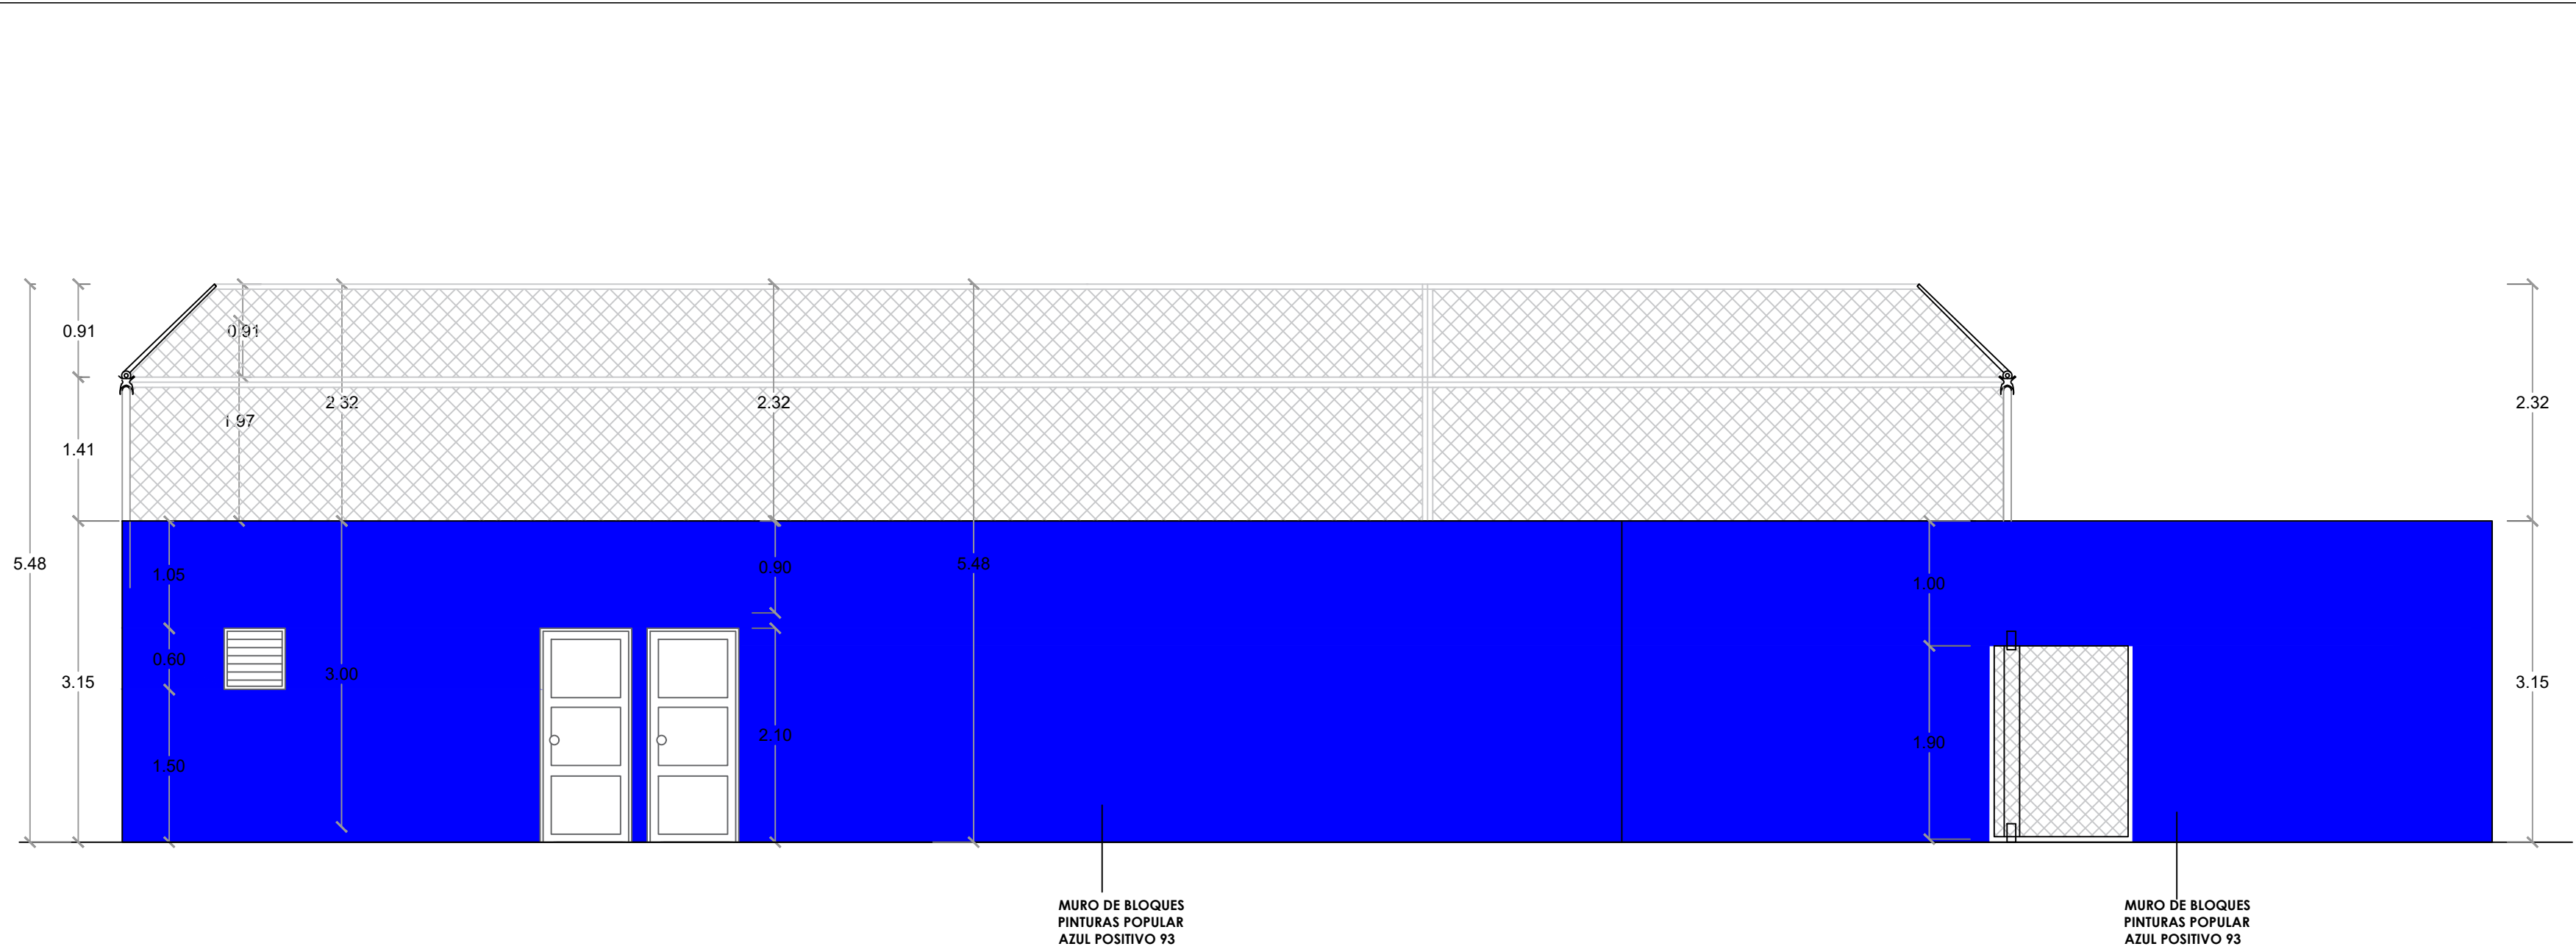

ELEVACIÓN 3 - GRADAS
ESC. 1:75

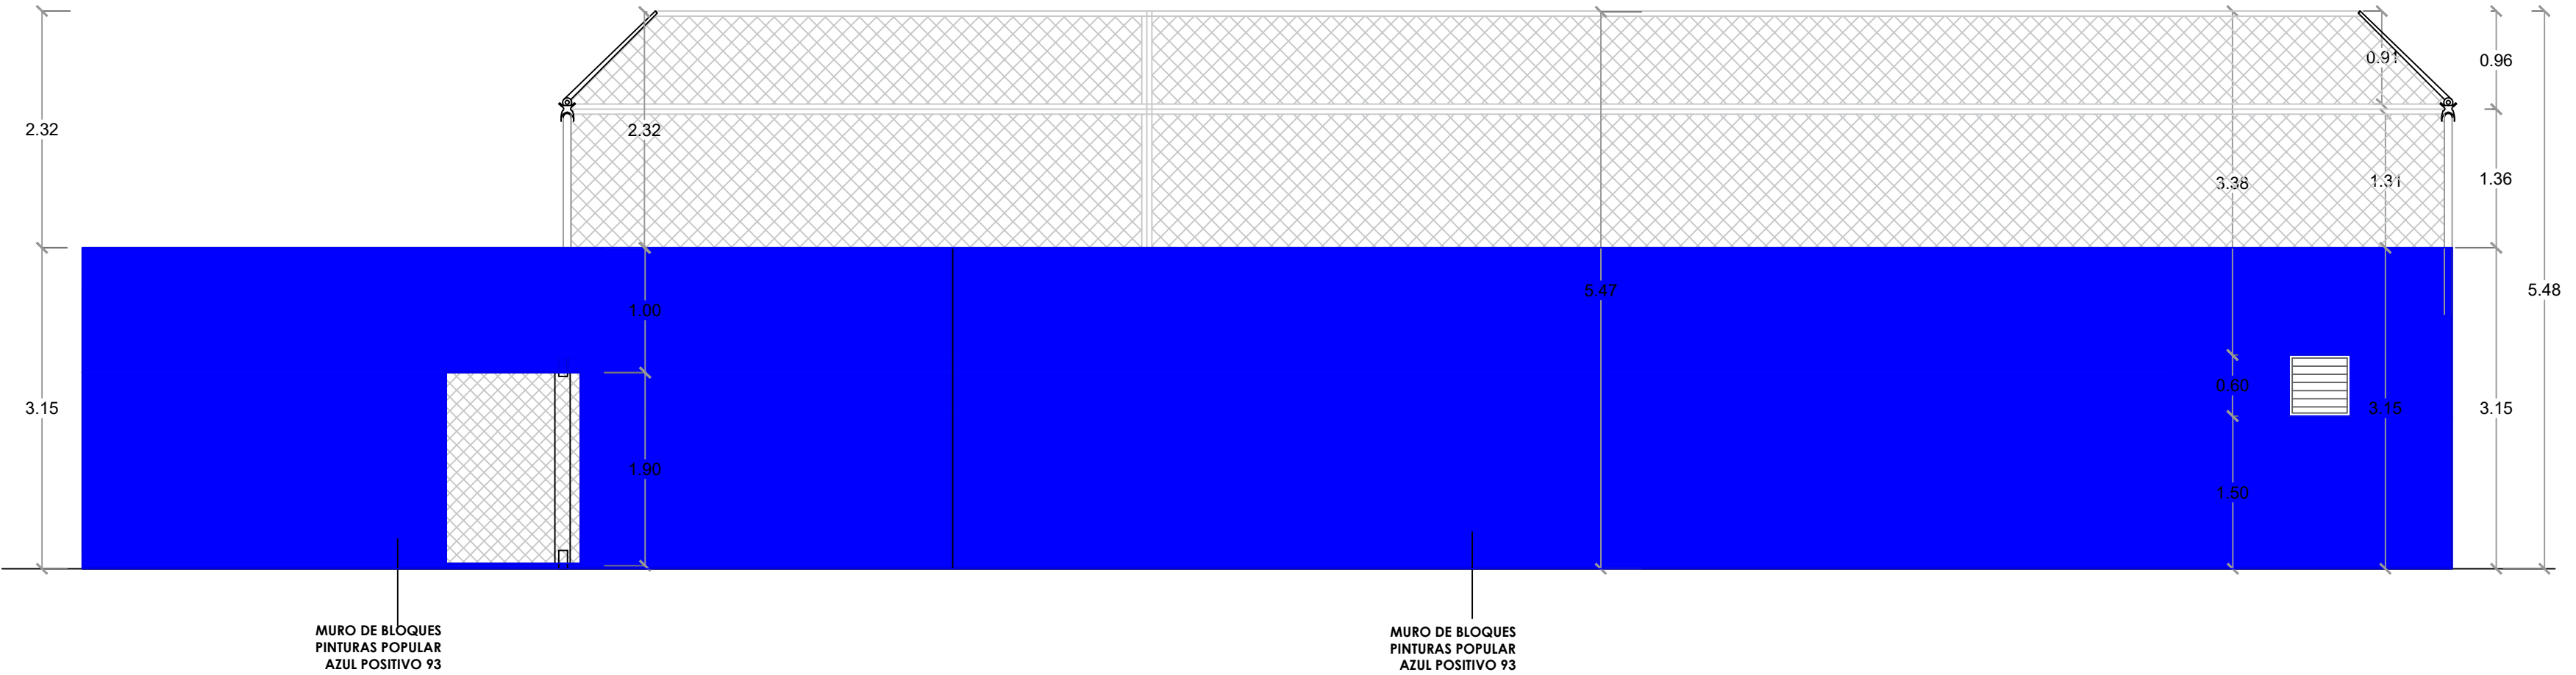

ELEVACIÓN 4 - GRADAS
ESC. 1:75

DIRECCIÓN DESARROLLO
PROVINCIAL



Ave. Dr. Delgado, Esq. Moises Garcia,
Gazcue, Sto. Dgo., R.D.
TEL.: (809)-364-2189 | FAX.: (809)- 688-1665
E-Mail: info@cpadp.gob.do

PROYECTO:
**CONST CAMPO DE BESIBOL MARIO
VILLAMAN DOMINGUEZ,
SECTOR BARRANCON
LUPERON, PUERTO PLATA
REPUBLICA DOMINICANA**

EQUIPO DE TRABAJO:

DISEÑO ARQUITECTONICO
codia 00000

ENC. INGENIERIA
ING. FIOR DALIZA BONIFACIO
codia 00000

ESTRUCTURAL
ING.
codia 00000

ELECTRICO
ING.
codia 00000

HIDRO-SANITARIO
ING.
codia 00000

SELLO DE APROBACION

FECHA

CONTENIDO:

ESCALA:
1:50

NO. PAGINA:

033

Ave. Dr. Delgado, Esq. Moises Garcia,
Gazcue, Sto. Dgo., R.D.
TEL.: (809)-364-2189 | FAX.: (809)- 688-1665
E-Mail: info@cpadp.gob.do


**CONST CAMPO DE BESIBOL MARIO
VILLAMAN DOMINGUEZ,
SECTOR BARRANCON
LUPERON, PUERTO PLATA
REPUBLICA DOMINICANA**

codia 00000


FECHA

1:50


034

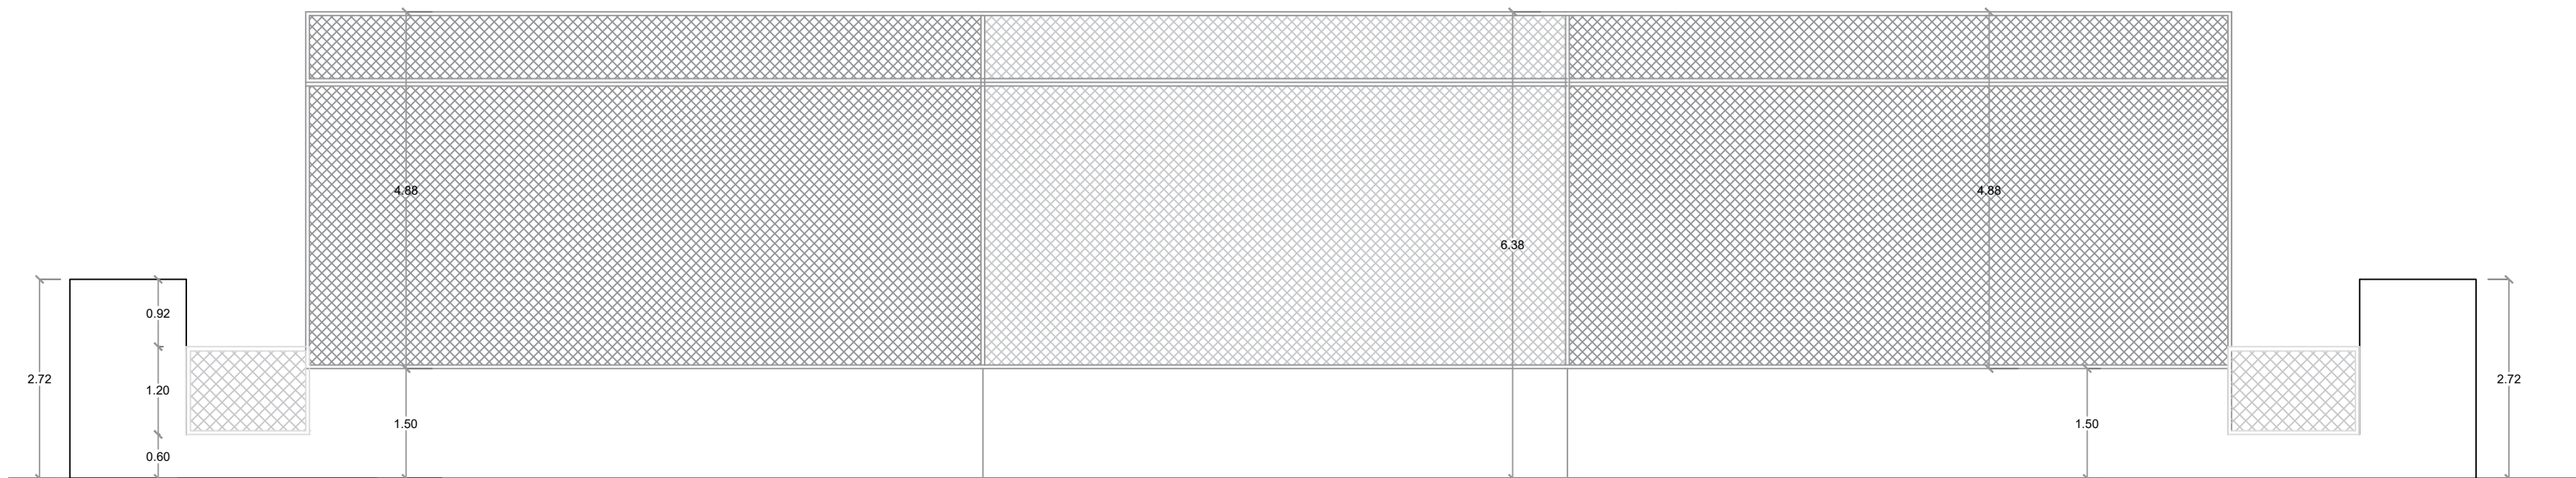

ESC. 1:100

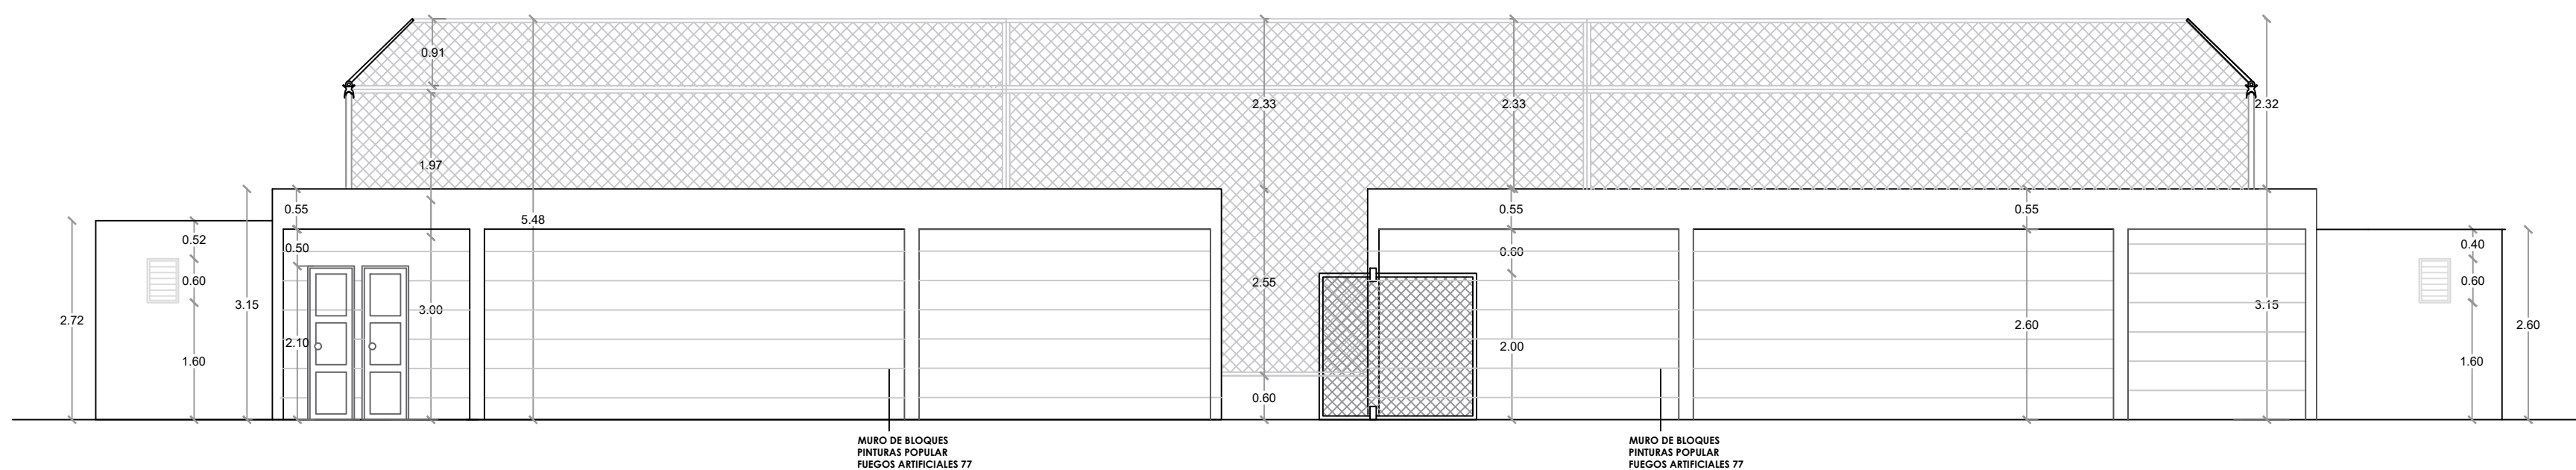

ESC. 1:100

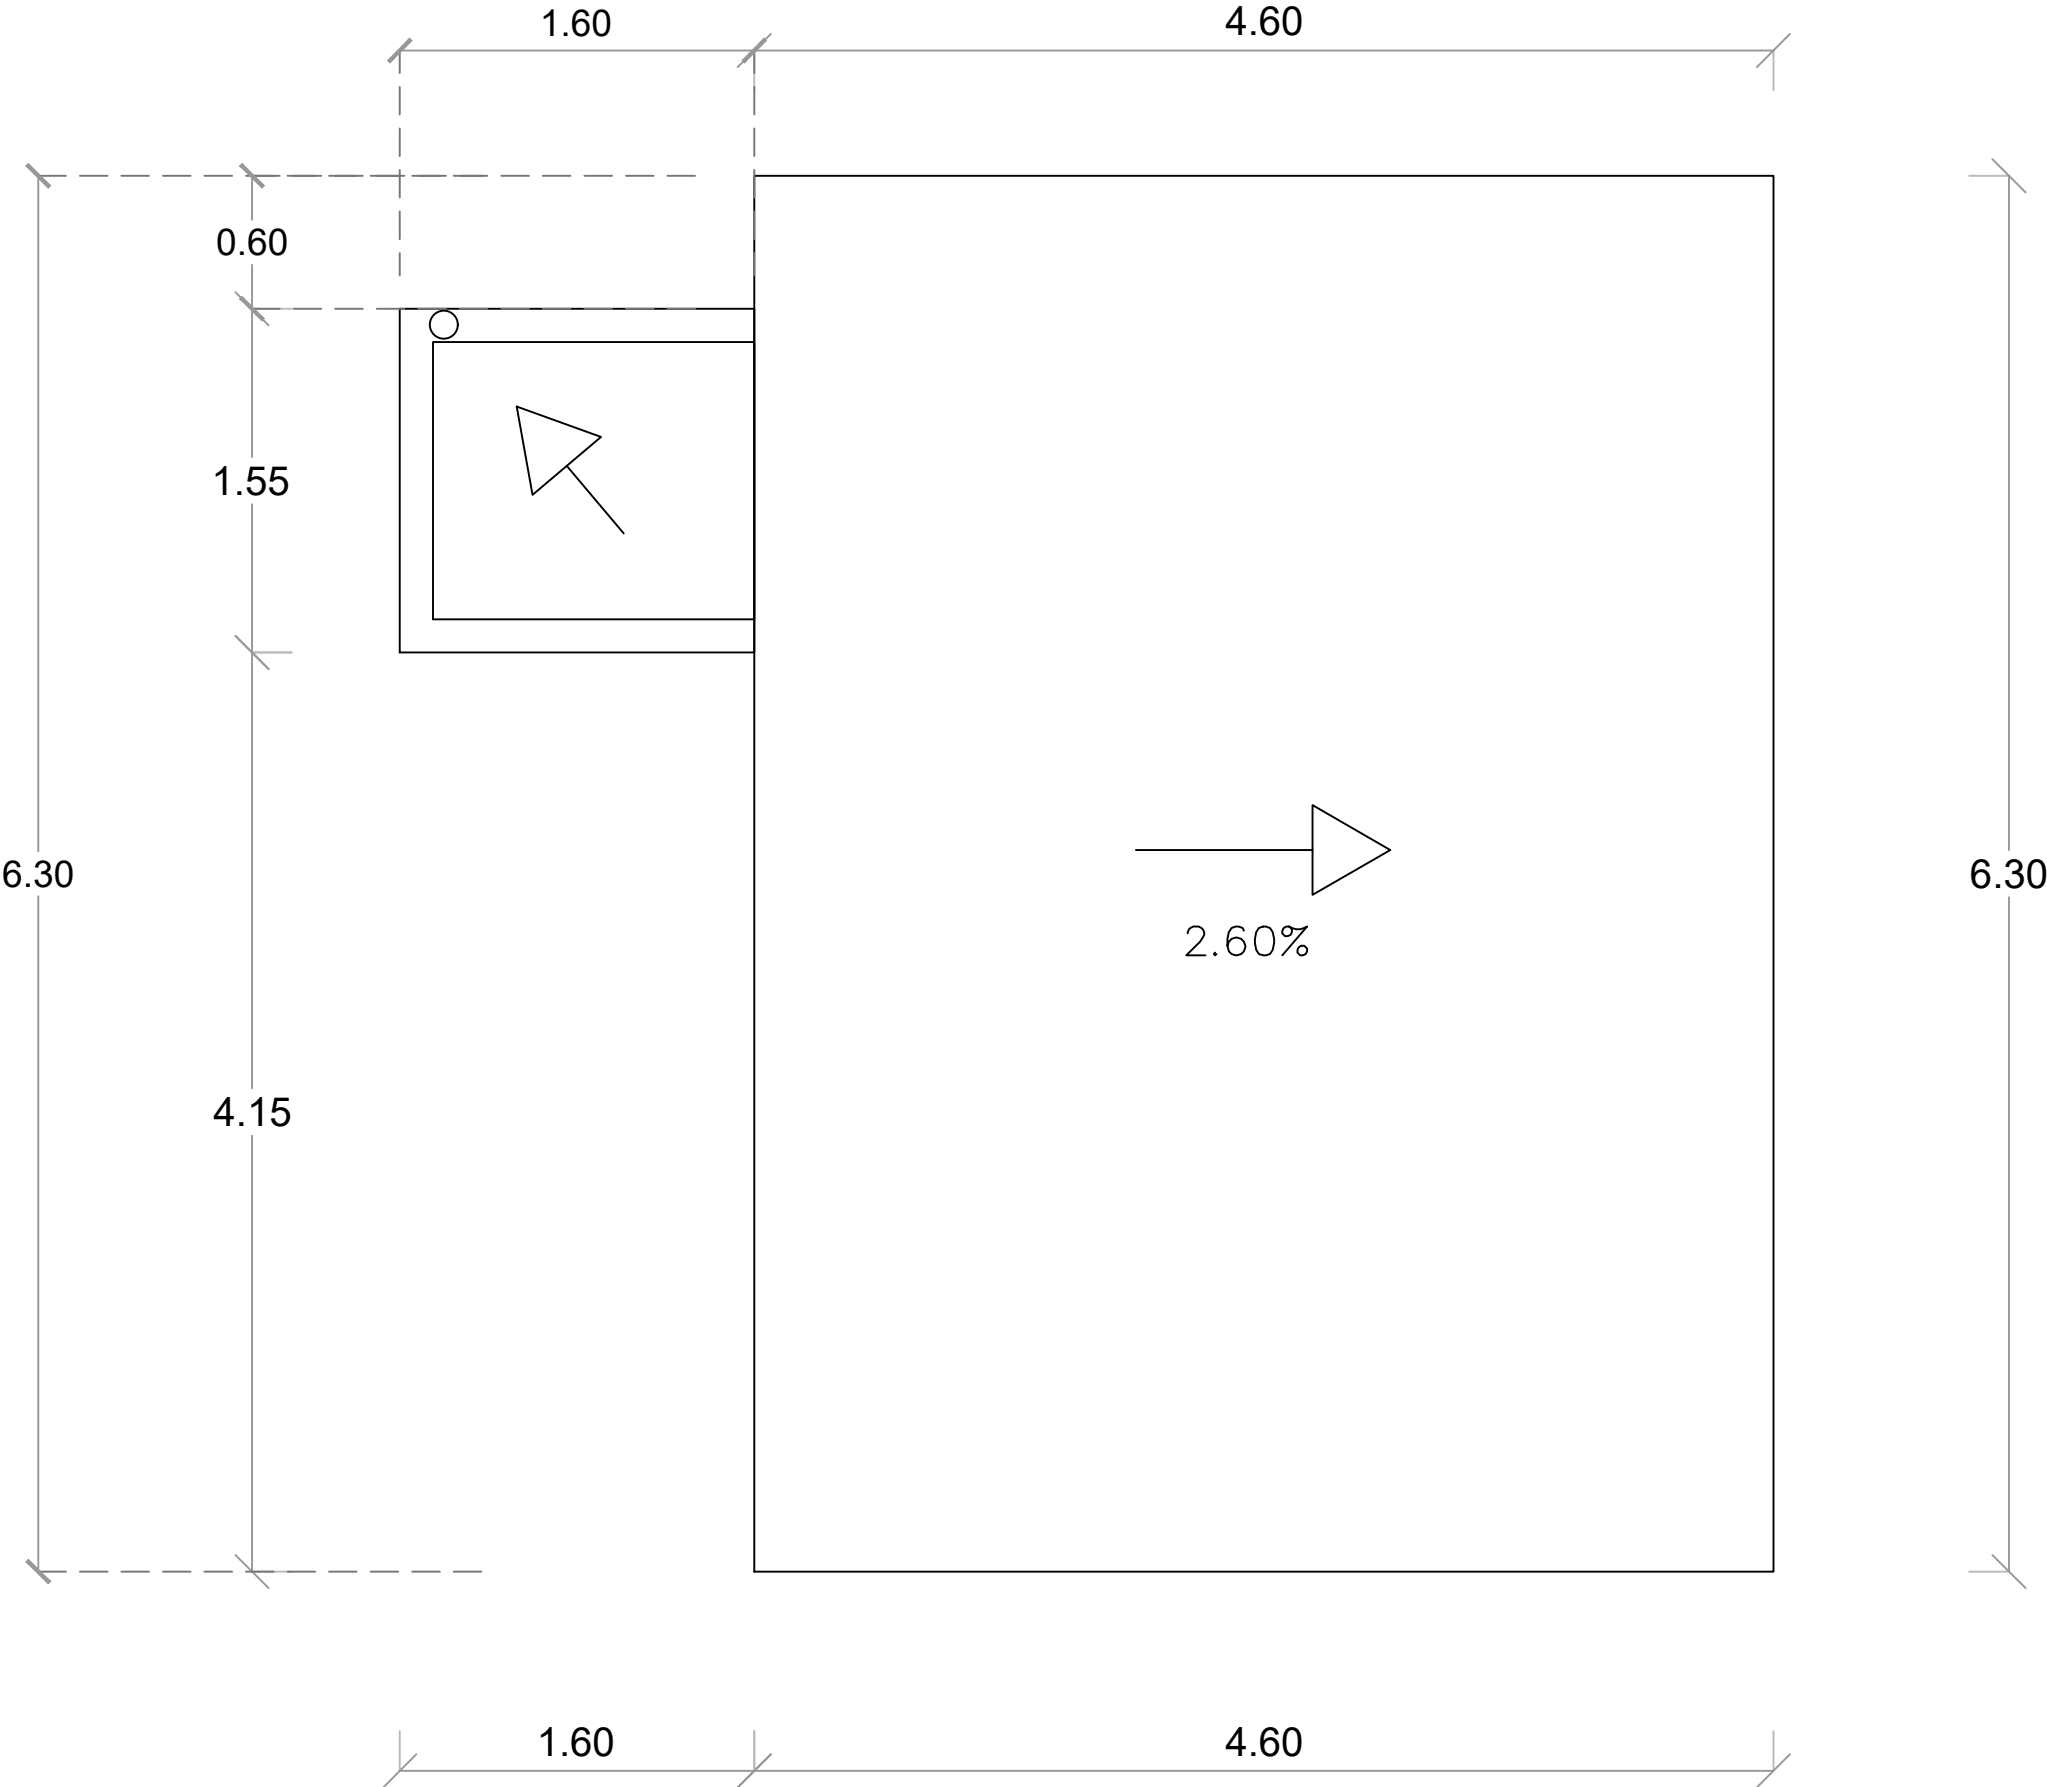

PLANTA ARQUITECTÓNICA DE TECHO - CAFETERÍA

ESC. 1:20

DIRECCIÓN DESARROLLO
PROVINCIAL



Ave. Dr. Delgado, Esq. Moises Garcia,
Gazcue, Sto. Dgo., R.D.
TEL.: (809)-364-2189 | FAX.: (809)- 688-1665
E-Mail: info@cpadp.gob.do

PROYECTO:
**CONST CAMPO DE BESIBOL MARIO
VILLAMAN DOMINGUEZ,
SECTOR BARRANCON
LUPERON, PUERTO PLATA
REPUBLICA DOMINICANA**

EQUIPO DE TRABAJO:	
DISEÑO ARQUITECTONICO	
	codia 00000
ENC. INGENIERIA	
ING. FIOR DALIZA BONIFACIO	
	codia 00000
ESTRUCTURAL	
ING.	codia 00000
ELECTRICO	
ING.	codia 00000
HIDRO-SANITARIO	
ING.	codia 00000

SELLO DE APROBACION

FECHA

CONTENIDO:
**PLANTA ARQUITECTÓNICA
DE TECHO- CAFETERIA**

ESCALA:
1:50

NO. PAGINA:
035



Ave. Dr. Delgado, Esq. Moises Garcia,
Gazcue, Sto. Dgo., R.D.
TEL.: (809)-364-2189 | FAX.: (809)- 688-1665
E-Mail: info@cpadp.gob.do

PROYECTO:
**CONST CAMPO DE BESIBOL MARIO
VILLAMAN DOMINGUEZ,
SECTOR BARRANCON
LUPERON, PUERTO PLATA
REPUBLICA DOMINICANA**

EQUIPO DE TRABAJO:

DISEÑO ARQUITECTONICO

codia 00000

ENC. INGENIERIA
ING. FIOR DALIZA BONIFACIO

codia 00000

ESTRUCTURAL

ING.

codia 00000

ELECTRICO

ING.

codia 00000

HIDRO-SANITARIO

ING.

codia 00000

SELLO DE APROBACION


FECHA **REV-1 10/08/2022**

CONTENIDO:
**PLANTA ARQUITECTÓNICA
CAFETERÍA**

ESCALA:
1:50

NO. PAGINA:

036

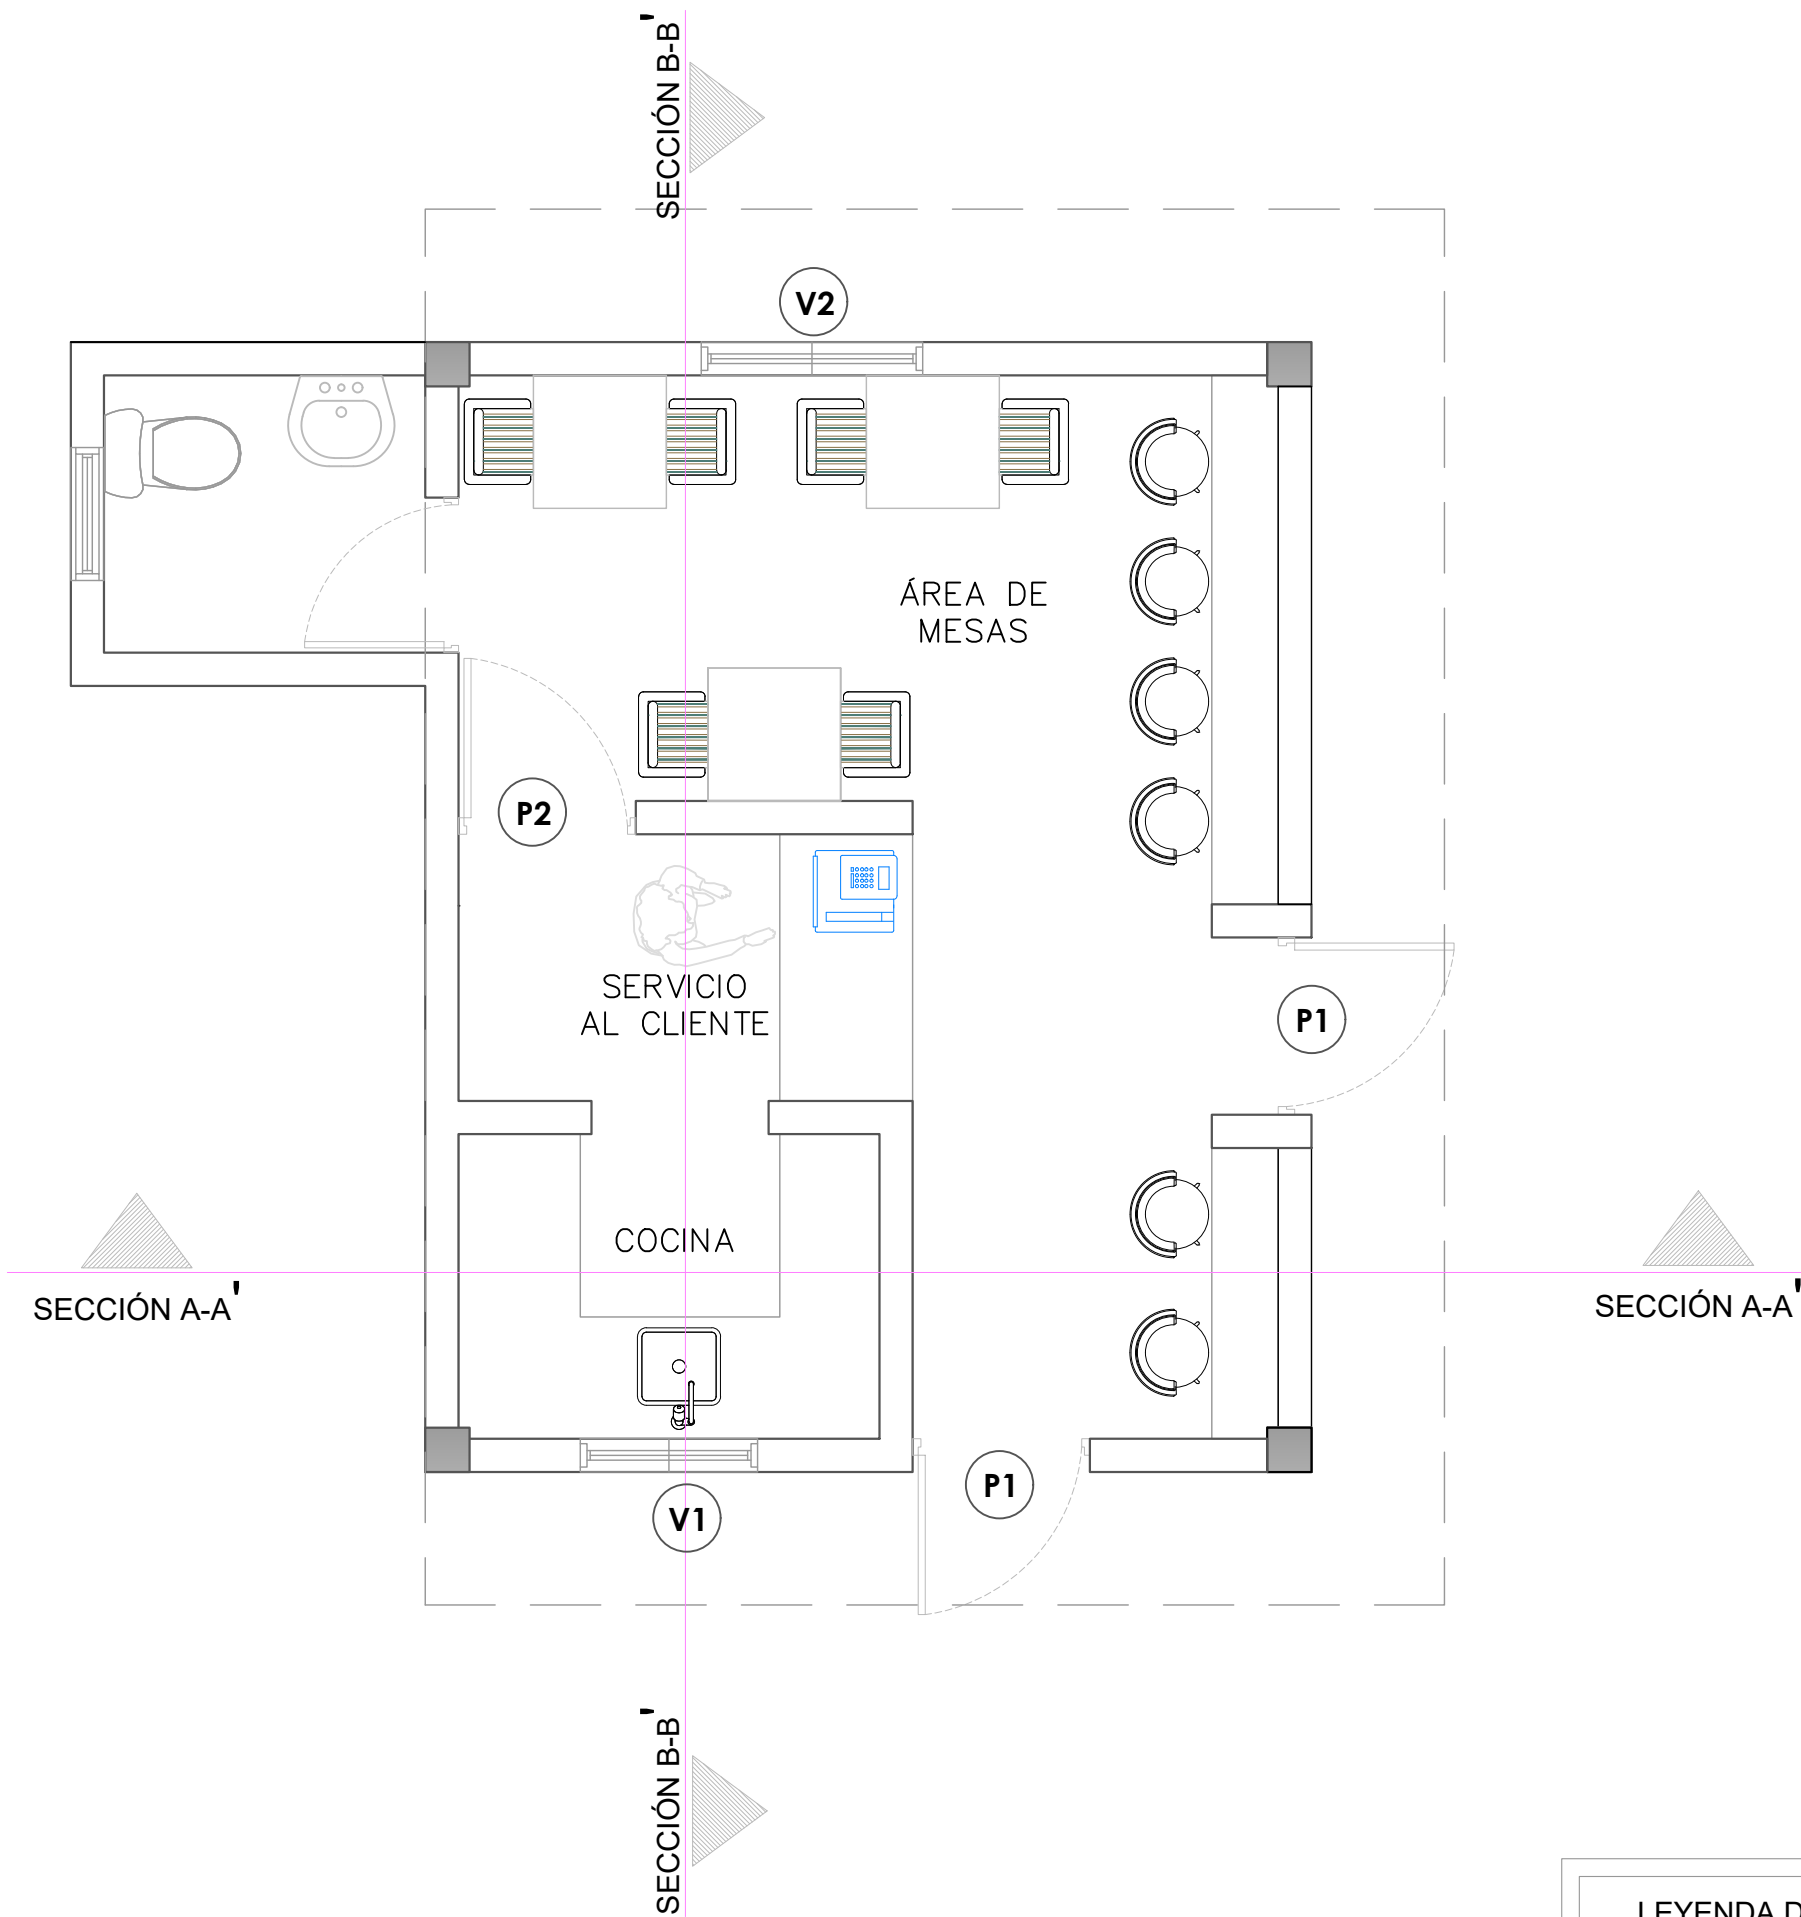


LEYENDA DE PUERTAS Y VENTANAS		
SIMBOLO	DESCRIPCION	CANTIDAD
V1	VENTANA DE CELOSIA METALICA Dim= 0.80m X 1.10m	1
V2	VENTANA DE CELOSIA METALICA Dim= 1.00m X 1.10m	1
P1	PUERTA COMERCIAL VIDRIO Y ALUMINIO Dim= 0.80 m X 2.10 m	2
P2	PUERTA POLIMETALICA Dim= 0.80 m X 2.10 m	1



PLANTA ARQUITECTÓNICA - CAFETERÍA


ESC. 1:20

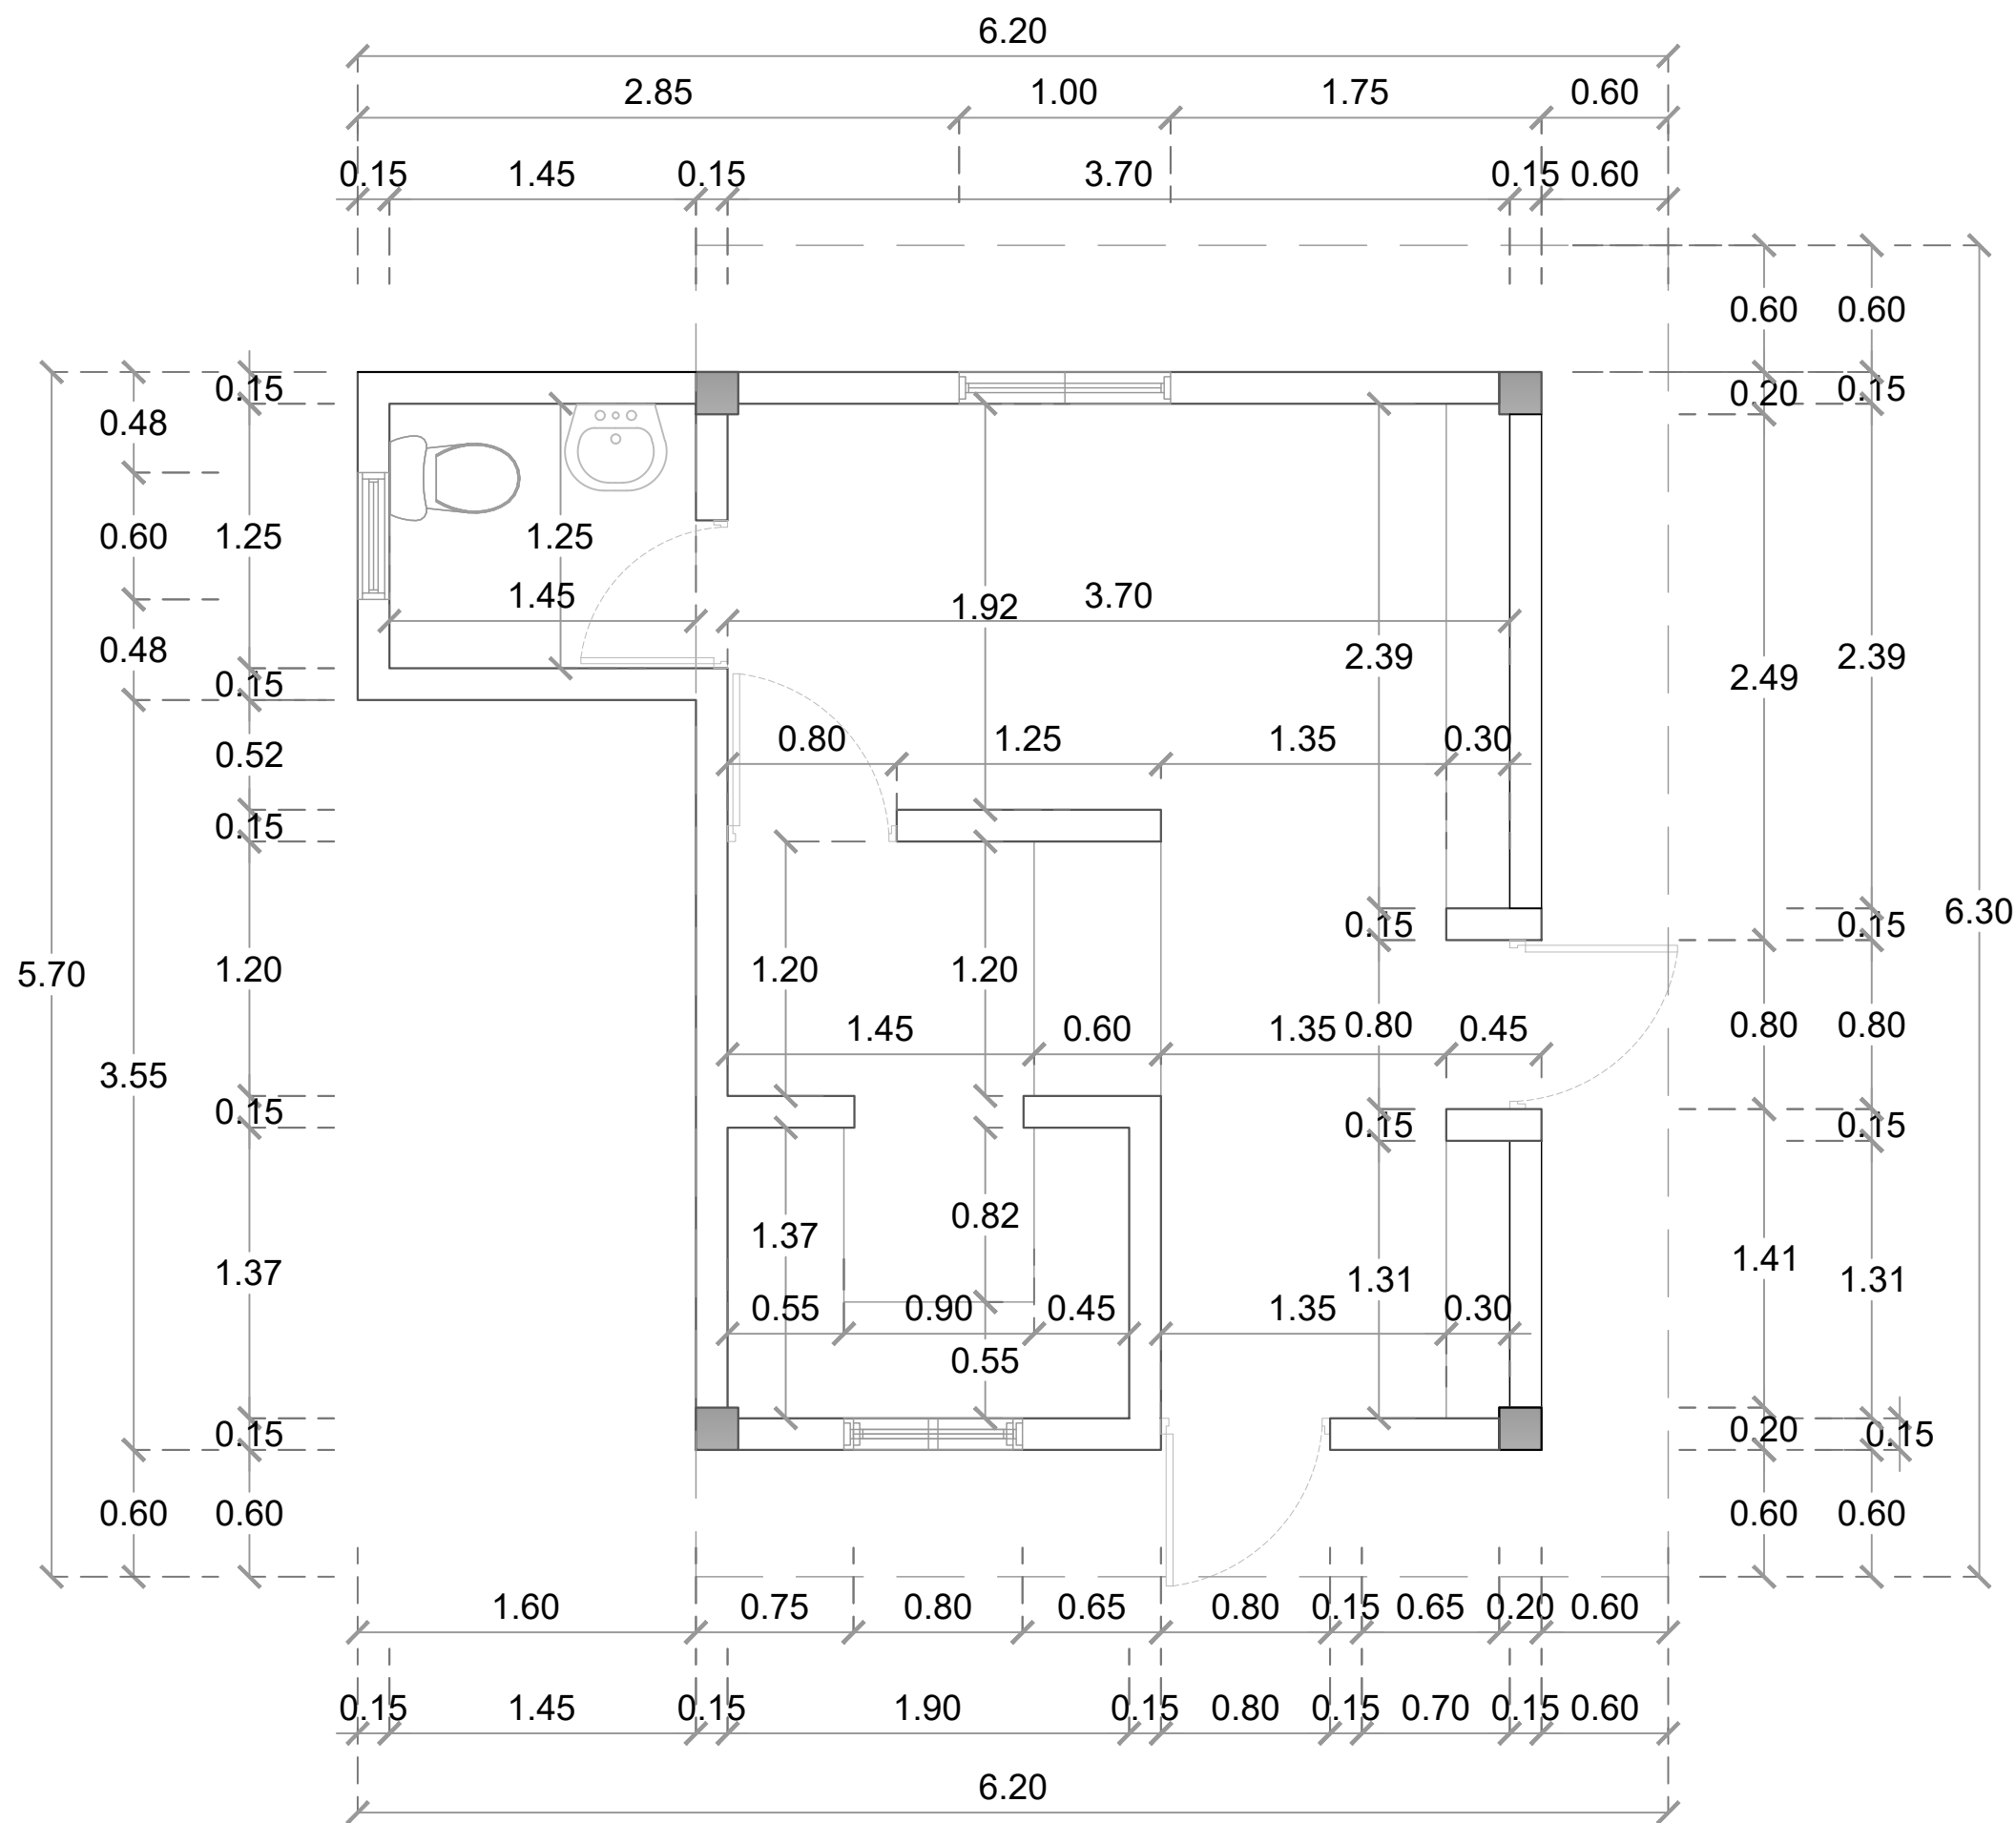

PLANTA ARQUITECTÓNICA DIMENSIONADA - CAFETERÍA

ESC. 1:20

DIRECCIÓN DESARROLLO
PROVINCIAL

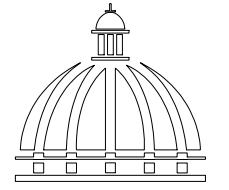

GOBIERNO DE LA
REPÚBLICA DOMINICANA

Ave. Dr. Delgado, Esq. Moises Garcia,
Gazcue, Sto. Dgo., R.D.
TEL.: (809)-364-2189 | FAX.: (809)- 688-1665
E-Mail: info@cpadp.gob.do

PROYECTO:

**CONST CAMPO DE BESIBOL MARIO
VILLAMAN DOMINGUEZ,
SECTOR BARRANCON
LUPERON, PUERTO PLATA
REPUBLICA DOMINICANA**

EQUIPO DE TRABAJO:

DISEÑO ARQUITECTONICO

codia 00000

ENC. INGENIERIA
ING. FIOR DALIZA BONIFACIO

codia 00000

ESTRUCTURAL

ING.

codia 00000

ELECTRICO

ING.

codia 00000

HIDRO-SANITARIO

ING.

codia 00000

SELLO DE APROBACION

FECHA **REV-1 10/08/2022**

CONTENIDO:


**PLANTA ARQUITECTÓNICA
DIMENSIONADA
CAFETERÍA**

ESCALA:

1:50

NO. PAGINA:

037

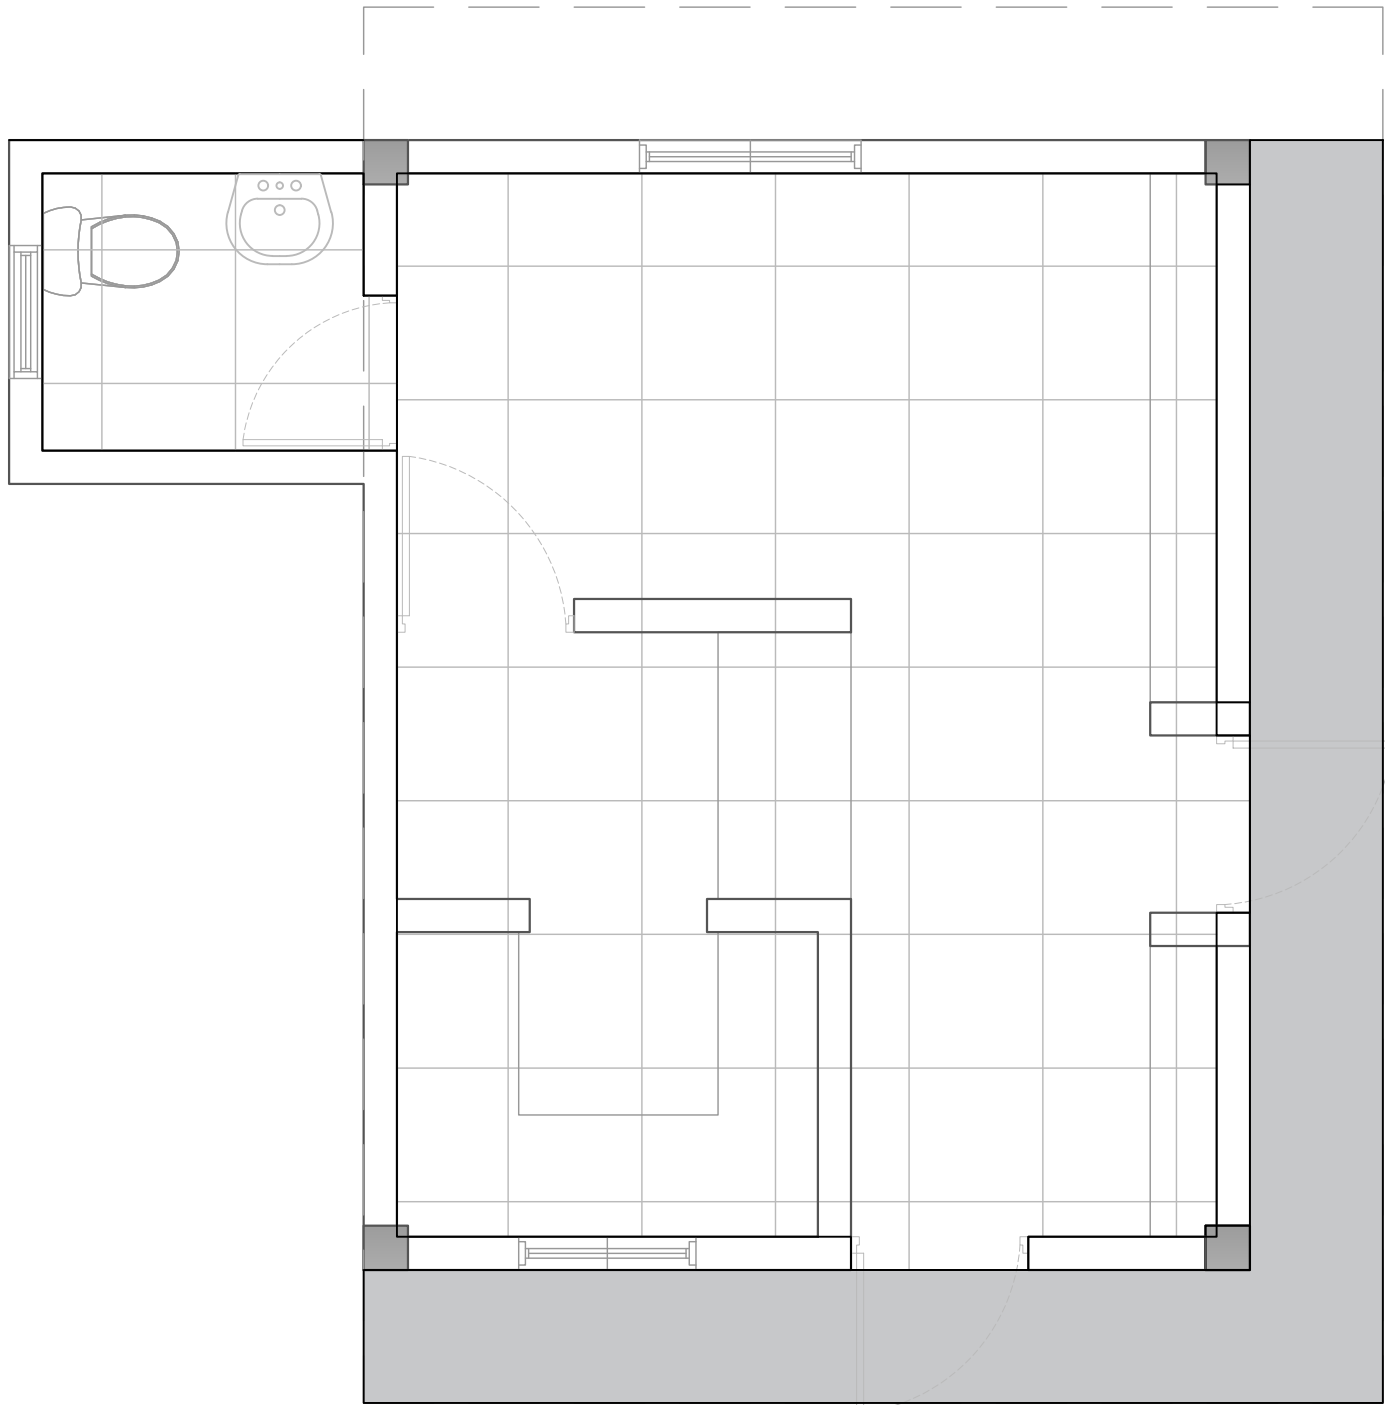

LEYENDA DE PISO		
SIMBOLO	DESCRIPCIÓN	CANTIDAD
	HORMIGÓN	5.82 m2
	PORCELANATO CREMA 0.60 M X 0.60M	20.00 m2

DIRECCIÓN DESARROLLO
PROVINCIAL



Ave. Dr. Delgado, Esq. Moises Garcia,
Gazcue, Sto. Dgo., R.D.
TEL.: (809)-364-2189 | FAX.: (809)- 688-1665
E-Mail: info@cpadp.gob.do

PROYECTO:
**CONST CAMPO DE BESIBOL MARIO
VILLAMAN DOMINGUEZ,
SECTOR BARRANCON
LUPERON, PUERTO PLATA
REPUBLICA DOMINICANA**

EQUIPO DE TRABAJO:

DISEÑO ARQUITECTONICO
codia 00000

ENC. INGENIERIA
ING. FIOR DALIZA BONIFACIO
codia 00000

ESTRUCTURAL
ING.
codia 00000

ELECTRICO
ING.
codia 00000

HIDRO-SANITARIO
ING.
codia 00000

SELLO DE APROBACION

 

FECHA **REV-1 10/08/2022**

CONTENIDO:
**PLANTA ARQUITECTÓNICA DE PISO
CAFETERÍA**

ESCALA:
1:50



NO. PAGINA:

038

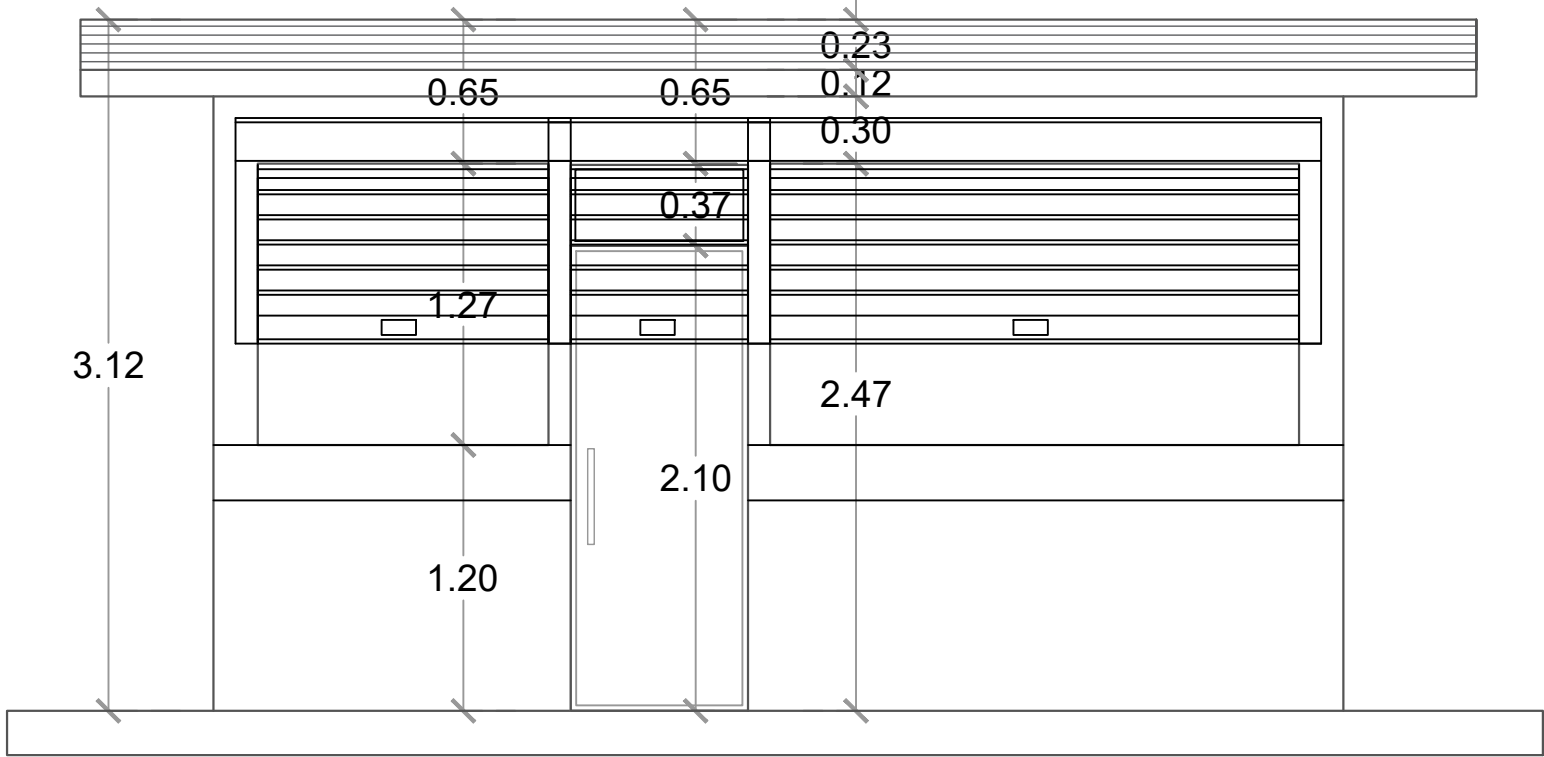

ELEVACIÓN FRONTAL - CAFETERÍA

 ESC. 1:20

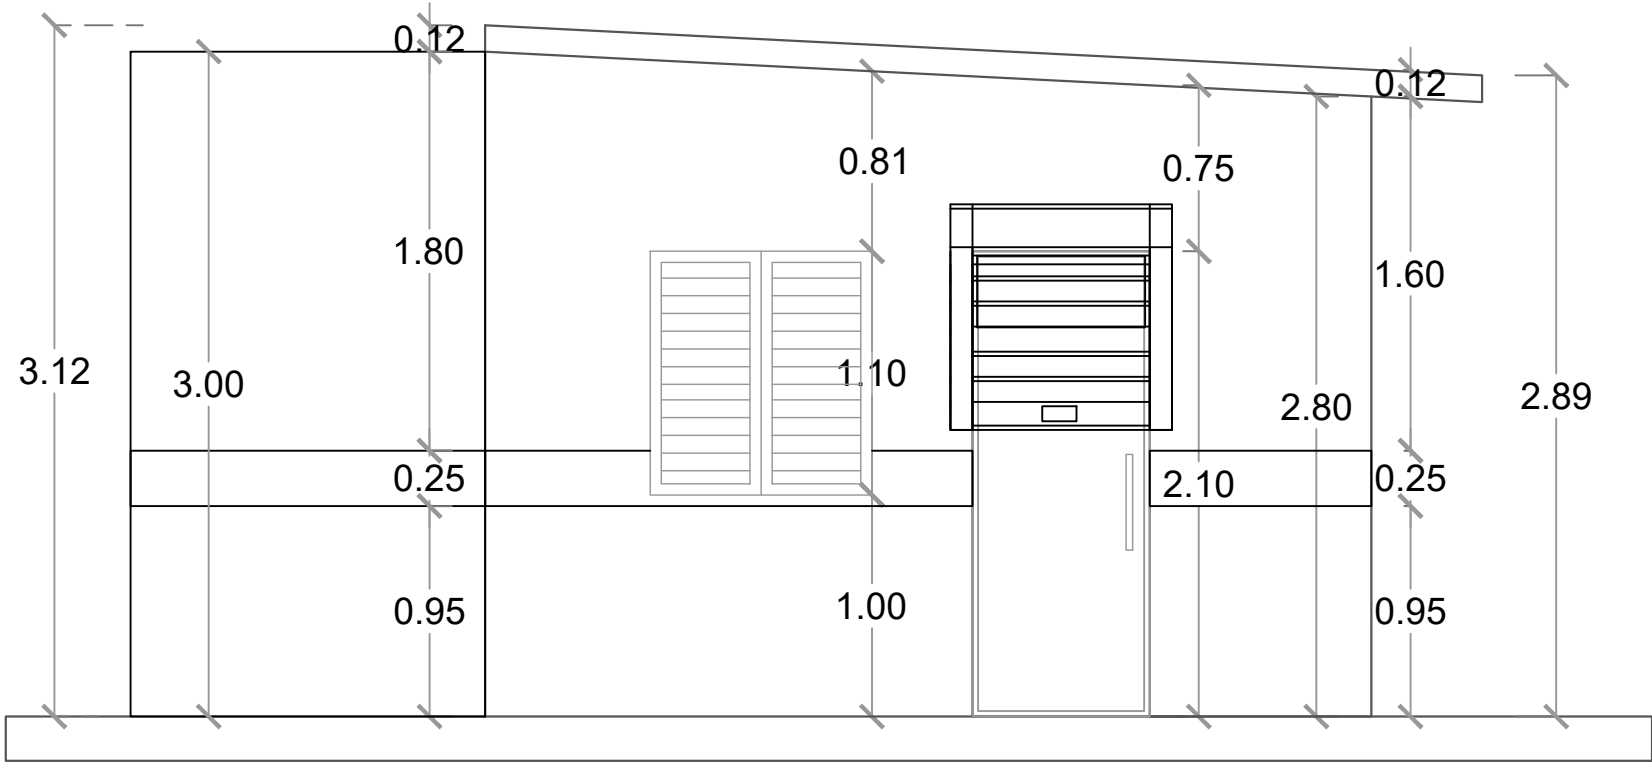

ELEVACIÓN LATERAL DERECHA - CAFETERÍA

ESC. 1:20

DIRECCIÓN DESARROLLO
PROVINCIAL



Ave. Dr. Delgado, Esq. Moises Garcia,
Gazcue, Sto. Dgo., R.D.
TEL.: (809)-364-2189 | FAX.: (809)- 688-1665
E-Mail: info@cpadp.gob.do

PROYECTO:
**CONST CAMPO DE BESIBOL MARIO
VILLAMAN DOMINGUEZ,
SECTOR BARRANCON
LUPERON, PUERTO PLATA
REPUBLICA DOMINICANA**

DISEÑO ARQUITECTONICO

codia 00000

ENC. INGENIERIA

ING. FIOR DALIZA BONIFACIO

codia 00000

ESTRUCTURAL

ING.

codia 00000

ELECTRICO

ING.

codia 00000

HIDRO-SANITARIO

ING.

codia 00000

SELLO DE APROBACION

FECHA

CONTENIDO:



ELEVACIONES CAFETERÍA

ESCALA:

1:50



NO. PAGINA:

039

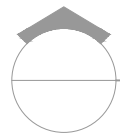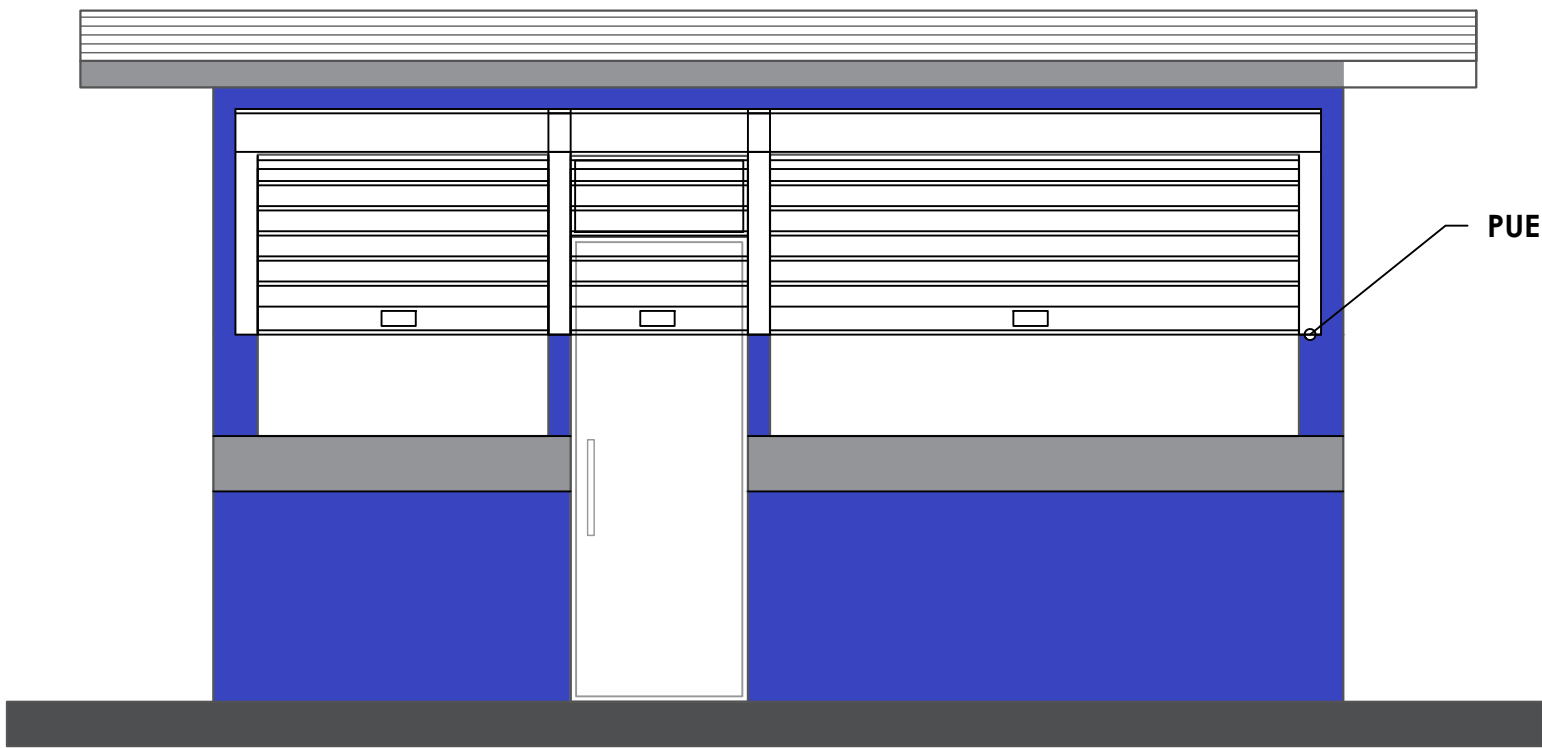

ELEVACIÓN FRONTAL - CAFETERÍA

ESC. 1:20

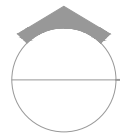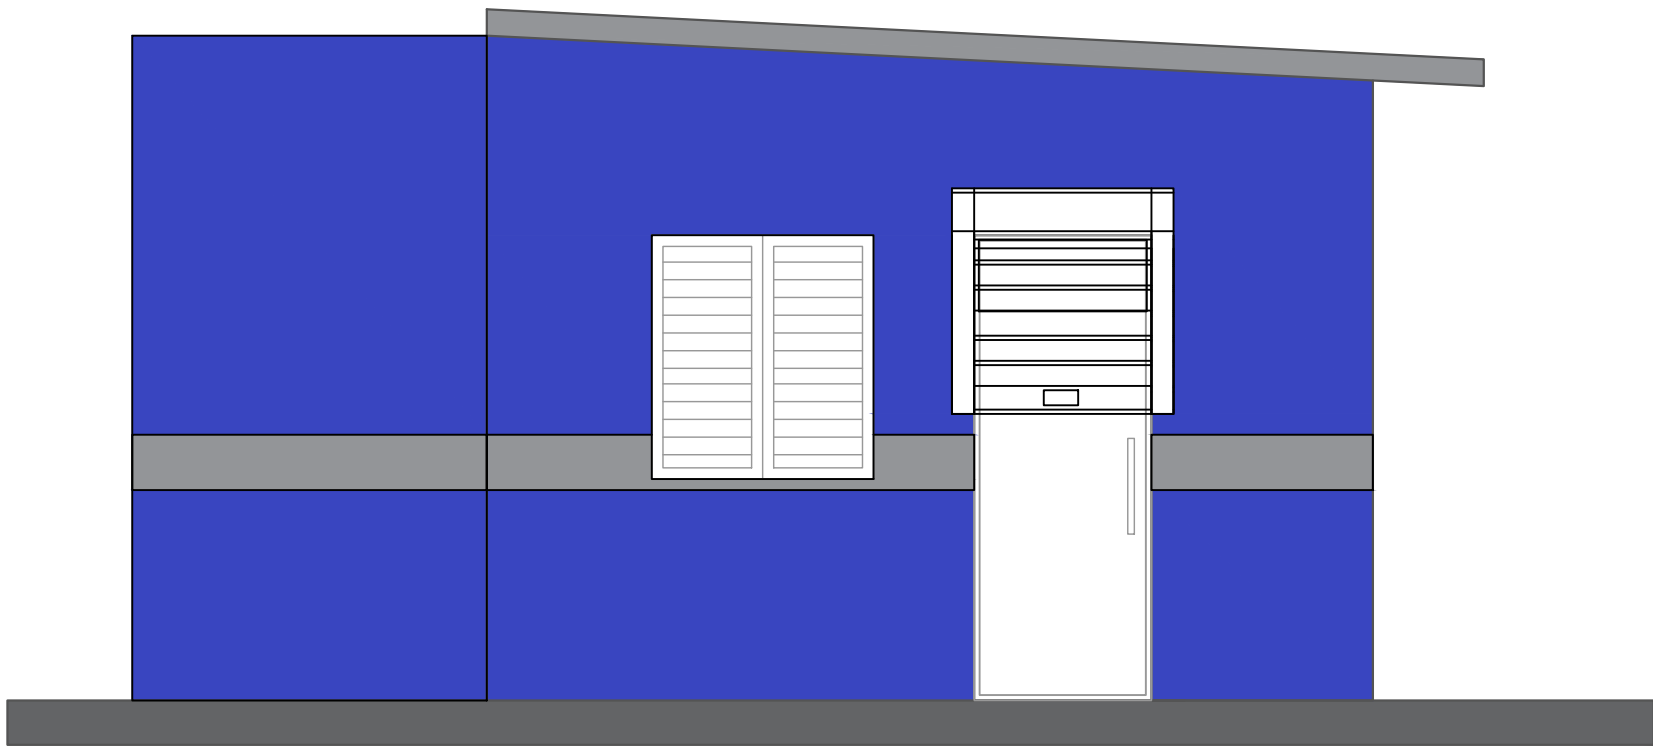


ELEVACIÓN LATERAL DERECHA - CAFETERÍA

ESC. 1:20

- Nota: Estos colores son una simulación
- Paredes exteriores, azul positivo 93 Pinturas Tropical
 - Techo y interior, Blanco 00 Pinturas Popular
 - Detalles, Gris 59 Pinturas Popular

DIRECCIÓN DESARROLLO
PROVINCIAL

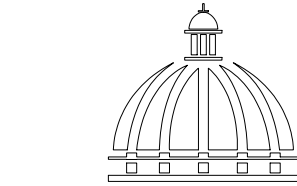

GOBIERNO DE LA
REPÚBLICA DOMINICANA

Ave. Dr. Delgado, Esq. Moises Garcia,
Gazcue, Sto. Dgo., R.D.
TEL.: (809)-364-2189 | FAX.: (809)- 688-1665
E-Mail: info@cpadp.gob.do

PROYECTO:

**CONST CAMPO DE BESIBOL MARIO
VILLAMAN DOMINGUEZ,
SECTOR BARRANCON
LUPERON, PUERTO PLATA
REPUBLICA DOMINICANA**

EQUIPO DE TRABAJO:

DISEÑO ARQUITECTONICO

codia 00000

ENC. INGENIERIA
ING. FIOR DALIZA BONIFACIO

codia 00000

ESTRUCTURAL

ING.

codia 00000

ELECTRICO

ING.

codia 00000

HIDRO-SANITARIO

ING.

codia 00000

SELLO DE APROBACION

FECHA

CONTENIDO:


ELEVACIONES CAFETERÍA

ESCALA:


1:50

NO. PAGINA:

040

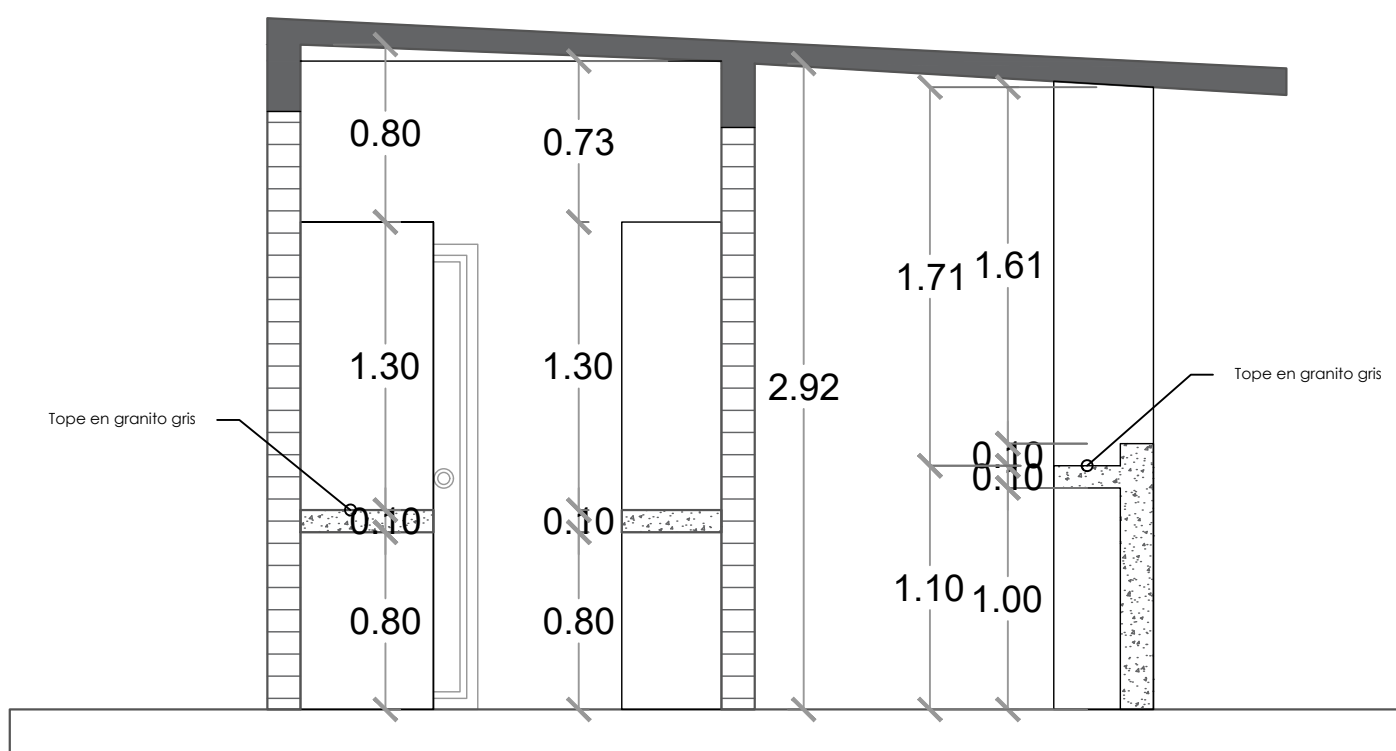

SECCIÓN A-A
ESC. 1:20

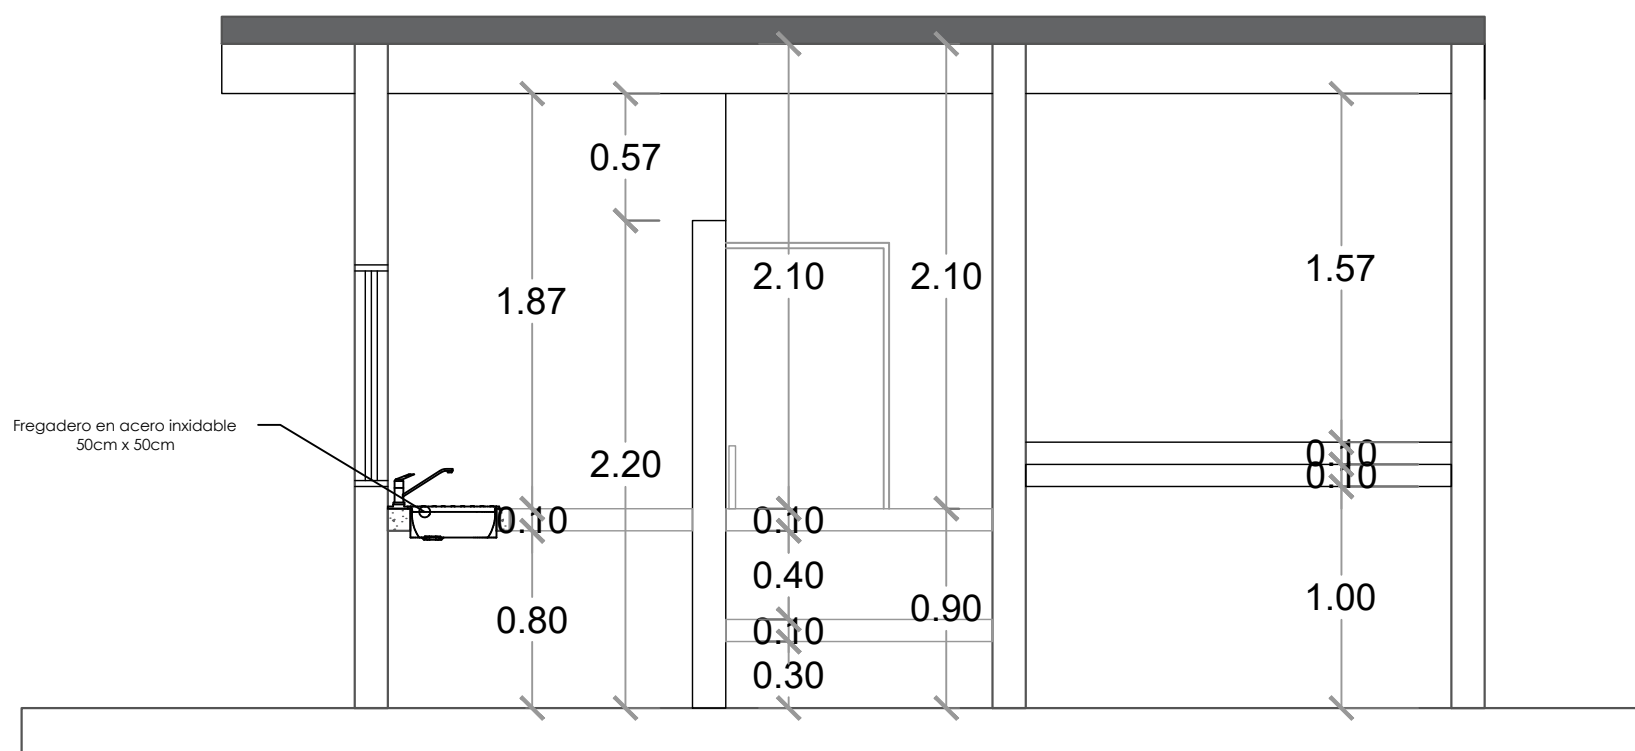

SECCIÓN B-B
ESC. 1:20

DIRECCIÓN DESARROLLO
PROVINCIAL



Ave. Dr. Delgado, Esq. Moises Garcia,
Gazcue, Sto. Dgo., R.D.
TEL.: (809)-364-2189 | FAX.: (809)- 688-1665
E-Mail: info@cpadp.gob.do

PROYECTO:
**CONST CAMPO DE BESIBOL MARIO
VILLAMAN DOMINGUEZ,
SECTOR BARRANCON
LUPERON, PUERTO PLATA
REPUBLICA DOMINICANA**

EQUIPO DE TRABAJO:

DISEÑO ARQUITECTONICO

codia 00000

ENC. INGENIERIA
ING. FIOR DALIZA BONIFACIO

codia 00000

ESTRUCTURAL

ING.

codia 00000

ELECTRICO

ING.

codia 00000

HIDRO-SANITARIO

ING.

codia 00000

SELLO DE APROBACION

FECHA

CONTENIDO:

SECCIONES - CAFETERIA

ESCALA:

1:50

NO. PAGINA:

041

DIRECCIÓN DESARROLLO
PROVINCIAL



Ave. Dr. Delgado, Esq. Moises Garcia,
Gazcue, Sto. Dgo., R.D.
TEL.: (809)-364-2189 | FAX.: (809)- 688-1665
E-Mail: info@cpadp.gob.do

PROYECTO:
**CONST CAMPO DE BESIBOL MARIO
VILLAMAN DOMINGUEZ,
SECTOR BARRANCON
LUPERON, PUERTO PLATA
REPUBLICA DOMINICANA**

EQUIPO DE TRABAJO:

DISEÑO ARQUITECTONICO

codia 00000

ENC. INGENIERIA
ING. FIOR DALIZA BONIFACIO

codia 00000

ESTRUCTURAL

ING.

codia 00000

ELECTRICO

ING.

codia 00000

HIDRO-SANITARIO

ING.

codia 00000

SELLO DE APROBACION


FECHA **REV-1 10/08/2022**

CONTENIDO:
**PLANTA TÉCNICA DE INST.
ELÉCTRICAS ILUMINACIÓN
CAFETERÍA**

ESCALA:
1:50

NO. PAGINA:

042

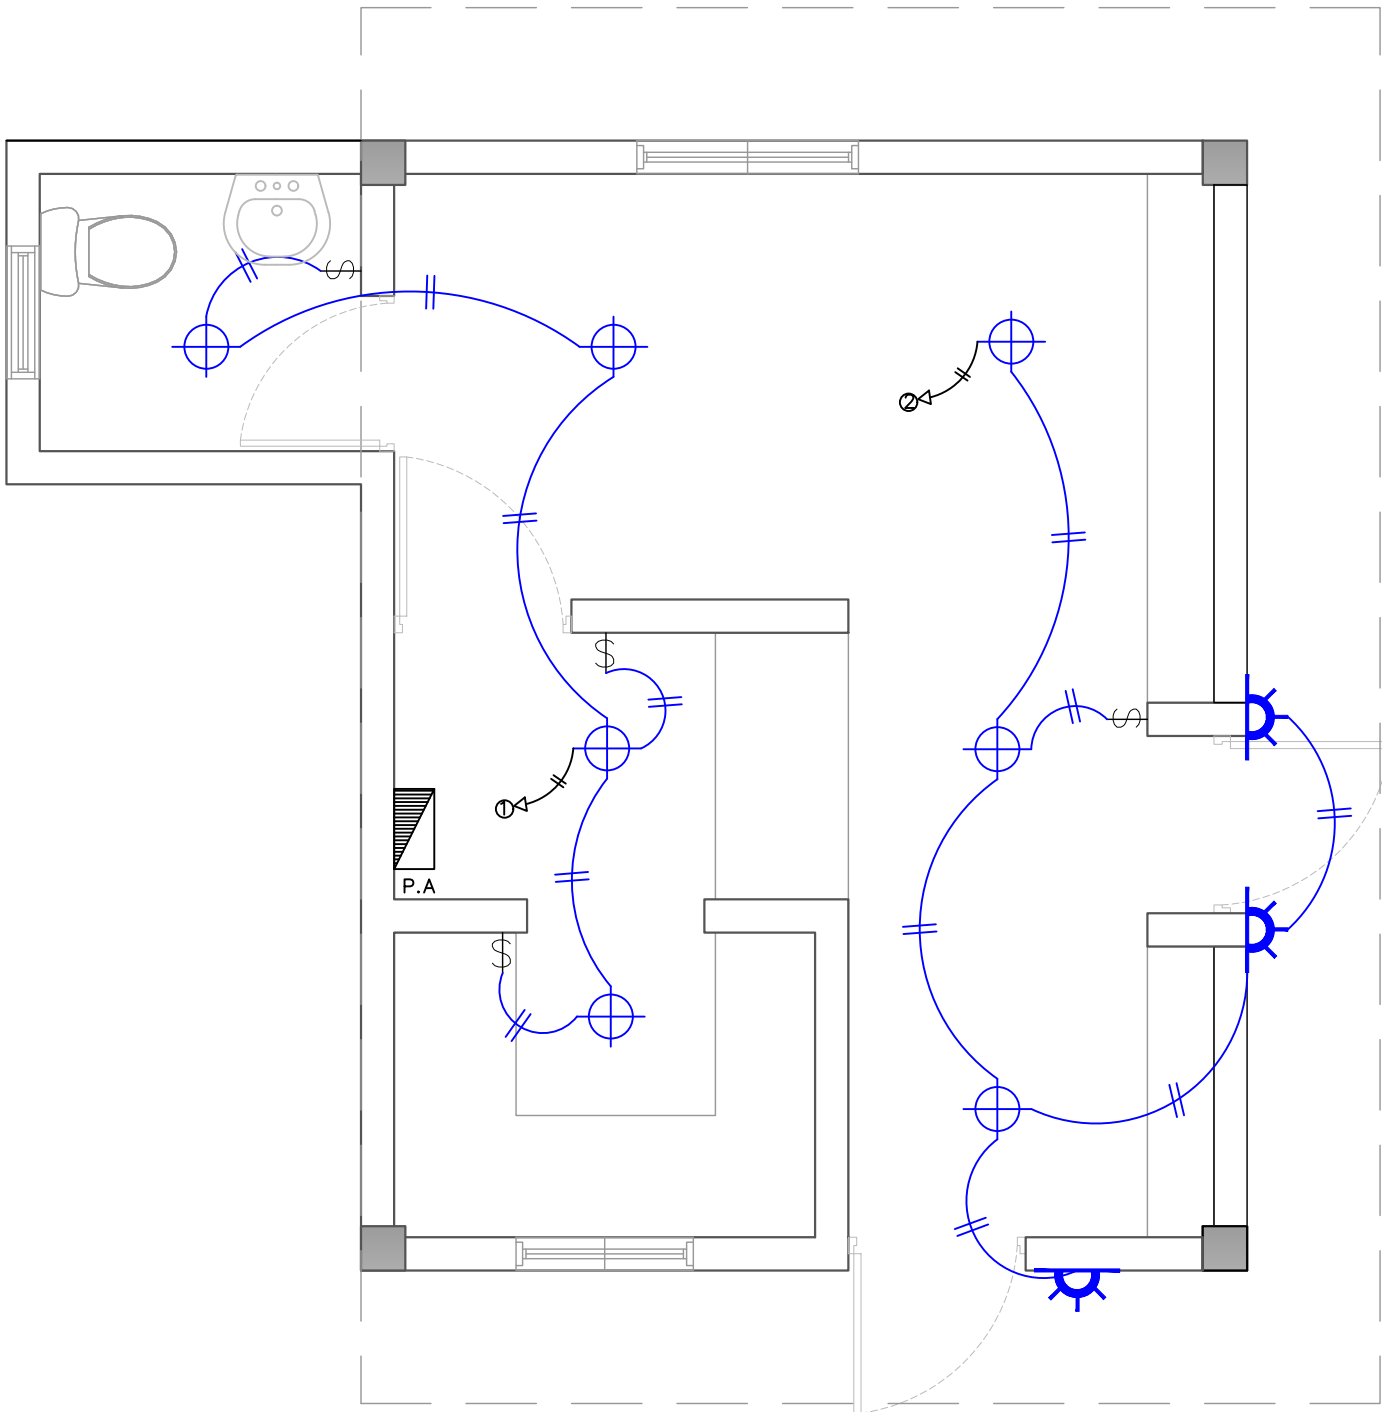

LEYENDA	
SIMBOLOGÍA	NOMBRE
	Luces de Techo
	Luces colgante tipo campana
	Lampara flour 4x4
	Lampara flour 2x4
	Luces de Pared
	Interruptores sencillo, 15A, 120V
	Interruptores doble, 15A, 120V
	Interruptores triple, 15A, 120V
	Interruptores 3 Way, 15A, 120V
	Interruptores 4 Way, 15A, 120V
	Interruptores Con luz piloto, 15A, 120V
	Luces en Poste
	Luces de Estadio
	Toma Corriente 120V, Doble, 20A
	Toma Corriente 240V, Sencillo, 30A
	Toma Corriente 120 de UPS, Doble, 20A
	Teléfono
	Antena de Televisión
	Data
	Hacia el Panel con 2 hilos
	Hacia el Panel con 3 hilos
	Tubería Empotrada en Losa
	Tubería Empotrada en Tierra
	Panel de Distribución Eléctrica
	Panel Board
	Breaker
	Registro
	Medidor o contador
	Transformador
	Abanico de Techo
	Equipos Eléctricos
	Transfer Switch
	Módulo de Contador
	Enclosed Breaker
	Tubería Empotrada con 3 hilos
	Inversor, UPS

DIRECCIÓN DESARROLLO
PROVINCIAL



Ave. Dr. Delgado, Esq. Moises Garcia,
Gazcue, Sto. Dgo., R.D.
TEL.: (809)-364-2189 | FAX.: (809)- 688-1665
E-Mail: info@cpadp.gob.do

PROYECTO:
**CONST CAMPO DE BESIBOL MARIO
VILLAMAN DOMINGUEZ,
SECTOR BARRANCON
LUPERON, PUERTO PLATA
REPUBLICA DOMINICANA**

EQUIPO DE TRABAJO:

DISEÑO ARQUITECTONICO

codia 00000

ENC. INGENIERIA
ING. FIOR DALIZA BONIFACIO

codia 00000

ESTRUCTURAL

ING.

codia 00000

ELECTRICO

ING.

codia 00000

HIDRO-SANITARIO

ING.

codia 00000

SELLO DE APROBACION

FECHA **REV-1 10/08/2022**

CONTENIDO:


**PLANTA TÉCNICA DE INST.
TOMACORRIENTE ILUMINACIÓN
CAFETERÍA**

ESCALA:

1:50

NO. PAGINA:

043

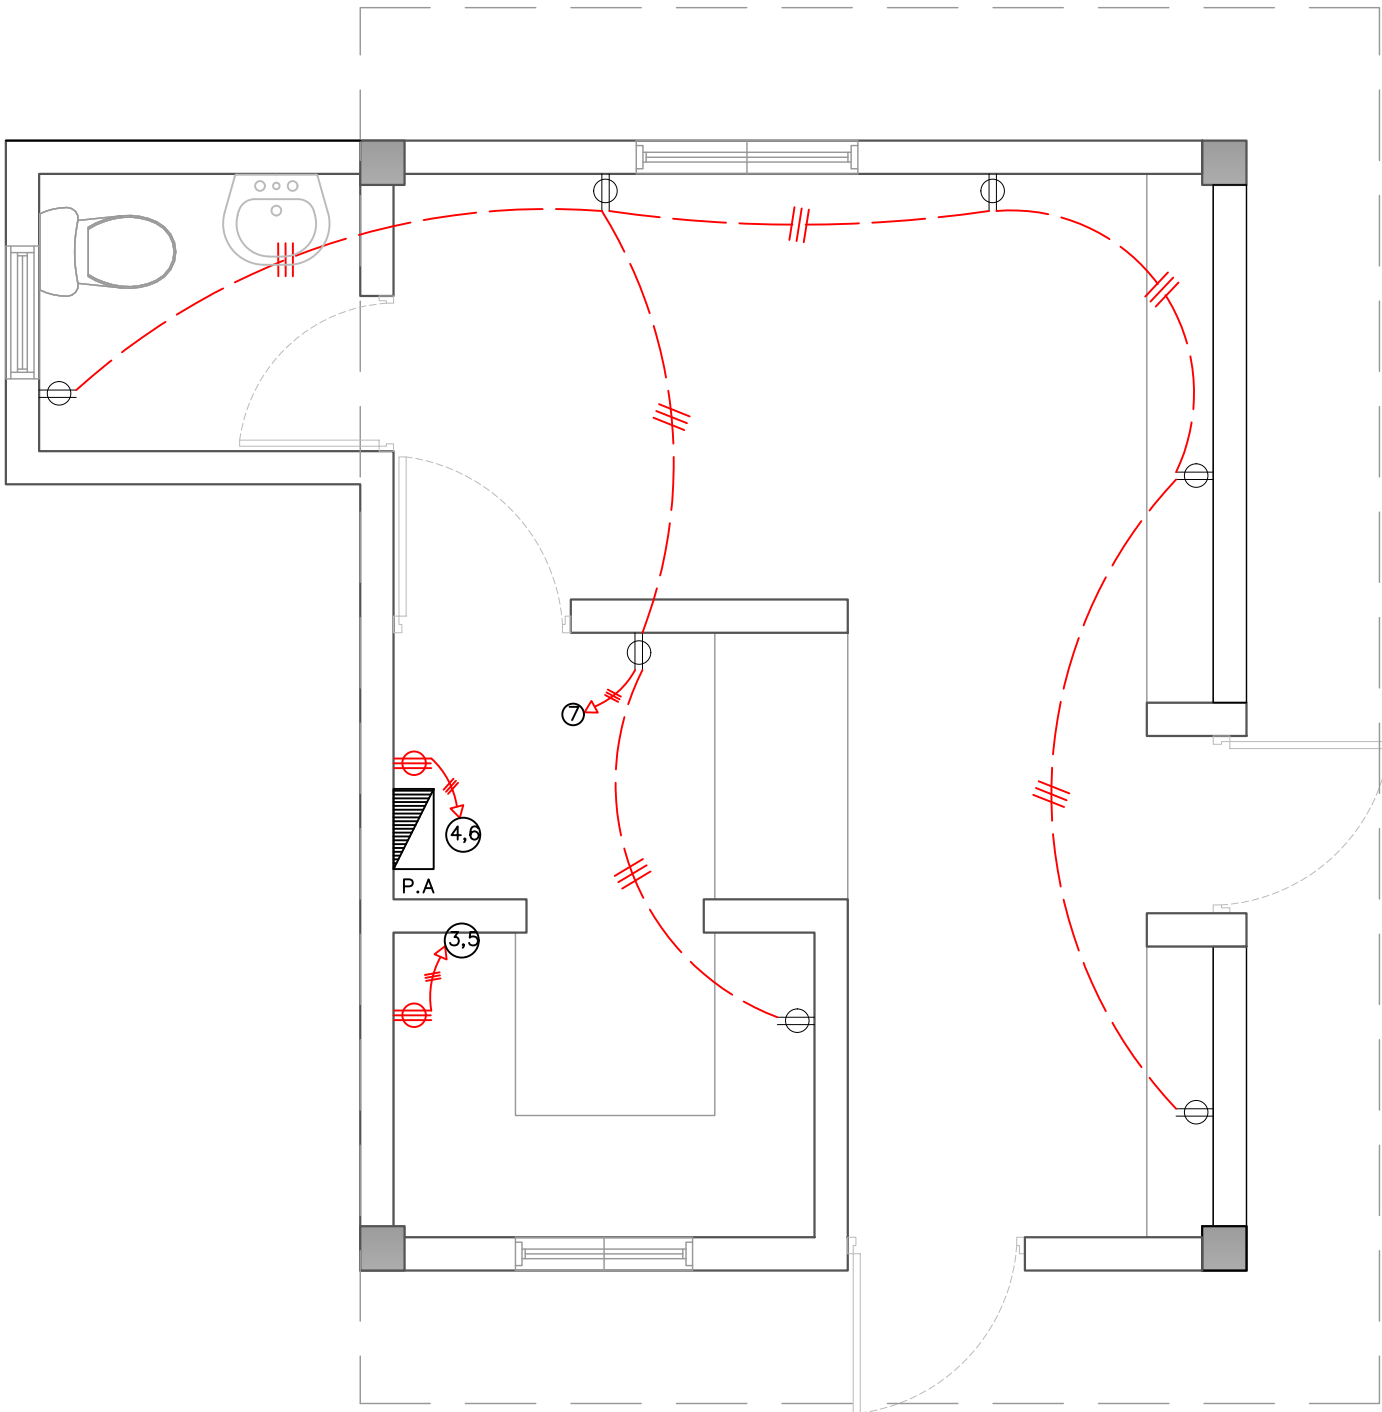

PLANTA TÉCNICA DE INST. ELÉCTRICAS
ILUMINACIÓN- CAFETERÍA

LEYENDA	
SIMBOLOGÍA	NOMBRE
	Luces de Techo
	Luces colgante tipo campana
	Lampara flour 4x4
	Lampara flour 2x4
	Luces de Pared
	Interruptores sencillo, 15A, 120V
	Interruptores doble, 15A, 120V
	Interruptores triple, 15A, 120V
	Interruptores 3 Way, 15A, 120V
	Interruptores 4 Way, 15A, 120V
	Interruptores Con luz piloto, 15A, 120V
	Luces en Poste
	Luces de Estadio
	Toma Corriente 120V, Doble, 20A
	Toma Corriente 240V, Sencillo, 30A
	Toma Corriente 120 de UPS, Doble, 20A
	Teléfono
	Antena de Televisión
	Data
	Hacia el Panel con 2 hilos
	Hacia el Panel con 3 hilos
	Tubería Empotrada en Losa
	Tubería Empotrada en Tierra
	Panel de Distribución Eléctrica
	Panel Board
	Breaker
	Registro
	Medidor o contador
	Transformador
	Abanico de Techo
	Equipos Eléctricos
	Transfer Switch
	Módulo de Contador
	Enclosed Breaker
	Tubería Empotrada con 3 hilos
	Inversor, UPS



PLANTA TÉCNICA DE INST. ELÉCTRICAS TOMACORRIENTE- CAFETERÍA

ESC. 1:20

PANEL: PA

LUGAR: COCINA

FASE: 2

4 CONDUCTORES

SIMILAR: GE CAT: THQC12420

INTERRUPTOR PRINCIPAL 40/2 AMP THQAL TIPO

ESPACIOS: 12

TENSIÓN: 120/240 VAC

BARRAS: 75 AMP

KVA	DESCRIPCIÓN	DUCT.	CAL	BKR	NO.	A	B	NO.	BKR	CAL	DUCT.	DESCRIPCIÓN	KVA
0.40	Iluminación	1/2"	12	20	1	•		2	20	12	1/2"	Iluminación	0.50
1.50	Toma Corriente 240v	3/4"	10	30	3		•	4	30	10	3/4"	Toma Corriente 240v	1.50
1.50	Toma Corriente 240v	3/4"	10	30	5	•		6	30	10	3/4"	Toma Corriente 240v	1.50
1.26	Toma Corriente 120v	1/2"	12	20	7		•	8					
					9	•		10					
					11		•	12					

CARGA CONECTADA: 8.16 KVA

ILUMINACIÓN: 0.90 KVA

TOMACORRIENTE: 7.26 KVA

OTROS: - KVA

FASE A: 3.90 KVA

FASE B: 4.26 KVA

DEMANDA MAXIMA: 8.16 KVA

CARGA DE DISEÑO: 7.34 KVA

CORRIENTE DE DISEÑO: 30.60 AMP

FACTOR DE DEMANDA: 90 %

CARGA RESERVA: 0.82 KVA

NEUTRO: 30.60 Amps


ALIMENTADOR:

2 THW CAL. NO. 6

1 THW CAL. NO. 8

1 THW CAL. NO. 12

DUCTO DIAM: 1" TIPO: pvc

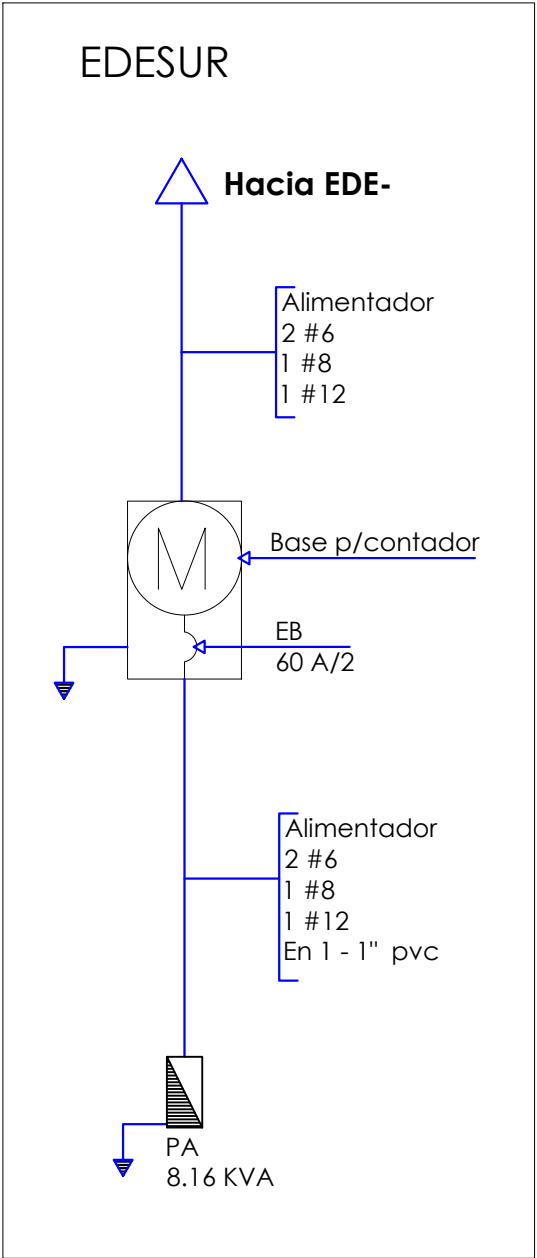

DIRECCIÓN DESARROLLO PROVINCIAL

GOBIERNO DE LA REPÚBLICA DOMINICANA

Ave. Dr. Delgado, Esq. Moises Garcia, Gazcue, Sto. Dgo., R.D.
TEL.: (809)-364-2189 | FAX.: (809)- 688-1665
E-Mail: info@cpadp.gob.do

PROYECTO:

CONST CAMPO DE BESIBOL MARIO VILLAMAN DOMINGUEZ, SECTOR BARRANCON LUPERON, PUERTO PLATA REPUBLICA DOMINICANA

EQUIPO DE TRABAJO:

DESEÑO ARQUITECTONICO

codia 00000

ENC. INGENIERIA

ING. FIOR DALIZA BONIFACIO

codia 00000

ESTRUCTURAL

ING.

codia 00000

ELECTRICO

ING.

codia 00000

HIDRO-SANITARIO

ING.

codia 00000

SELLO DE APROBACION

FECHA

CONTENIDO:



DETALLE ELÉCTRICO- CAFETERÍA

ESCALA:

1:50

NO. PAGINA:

044

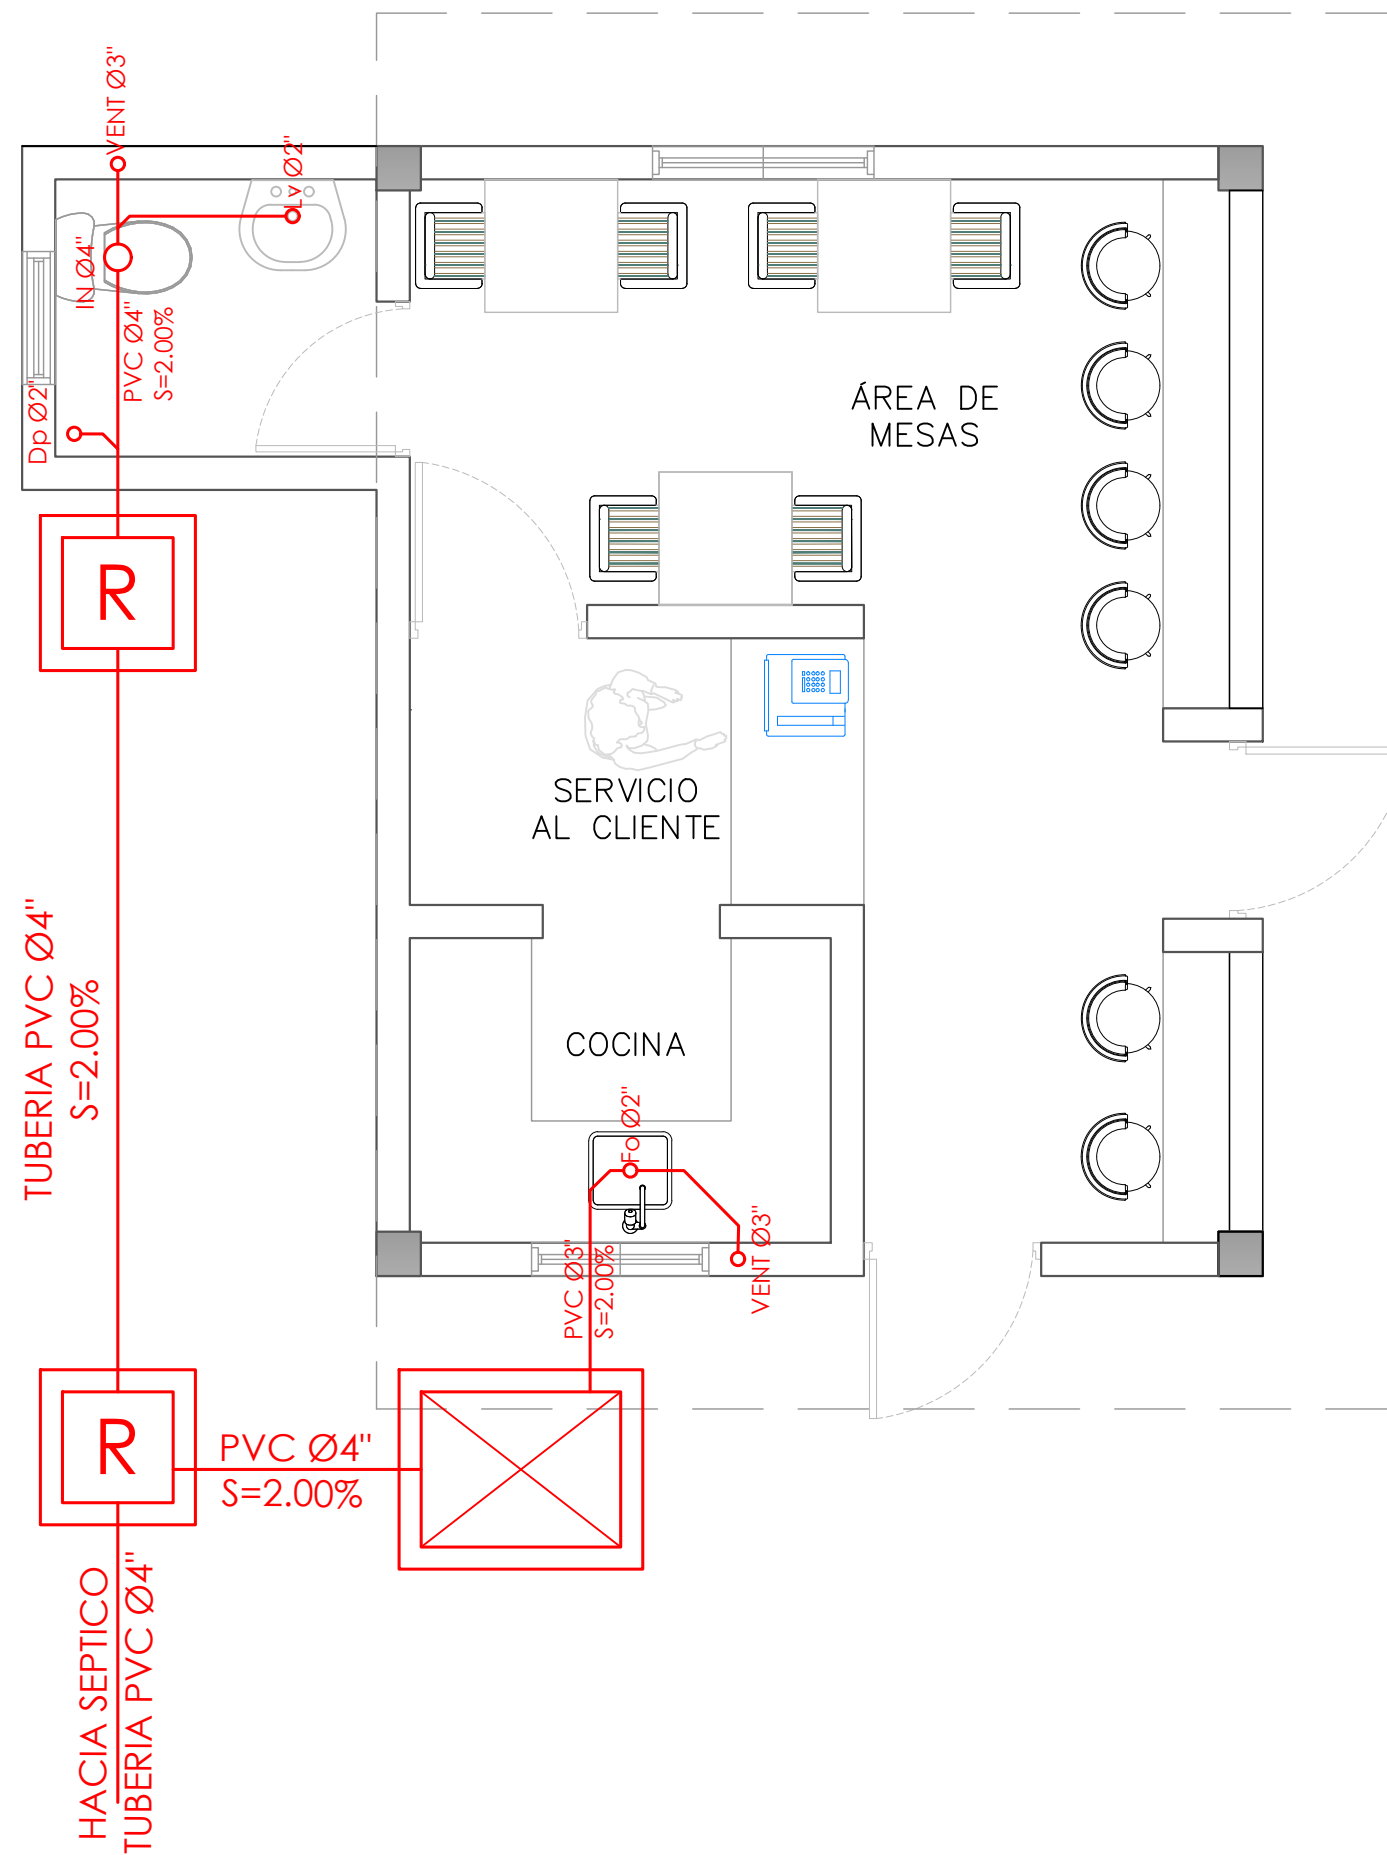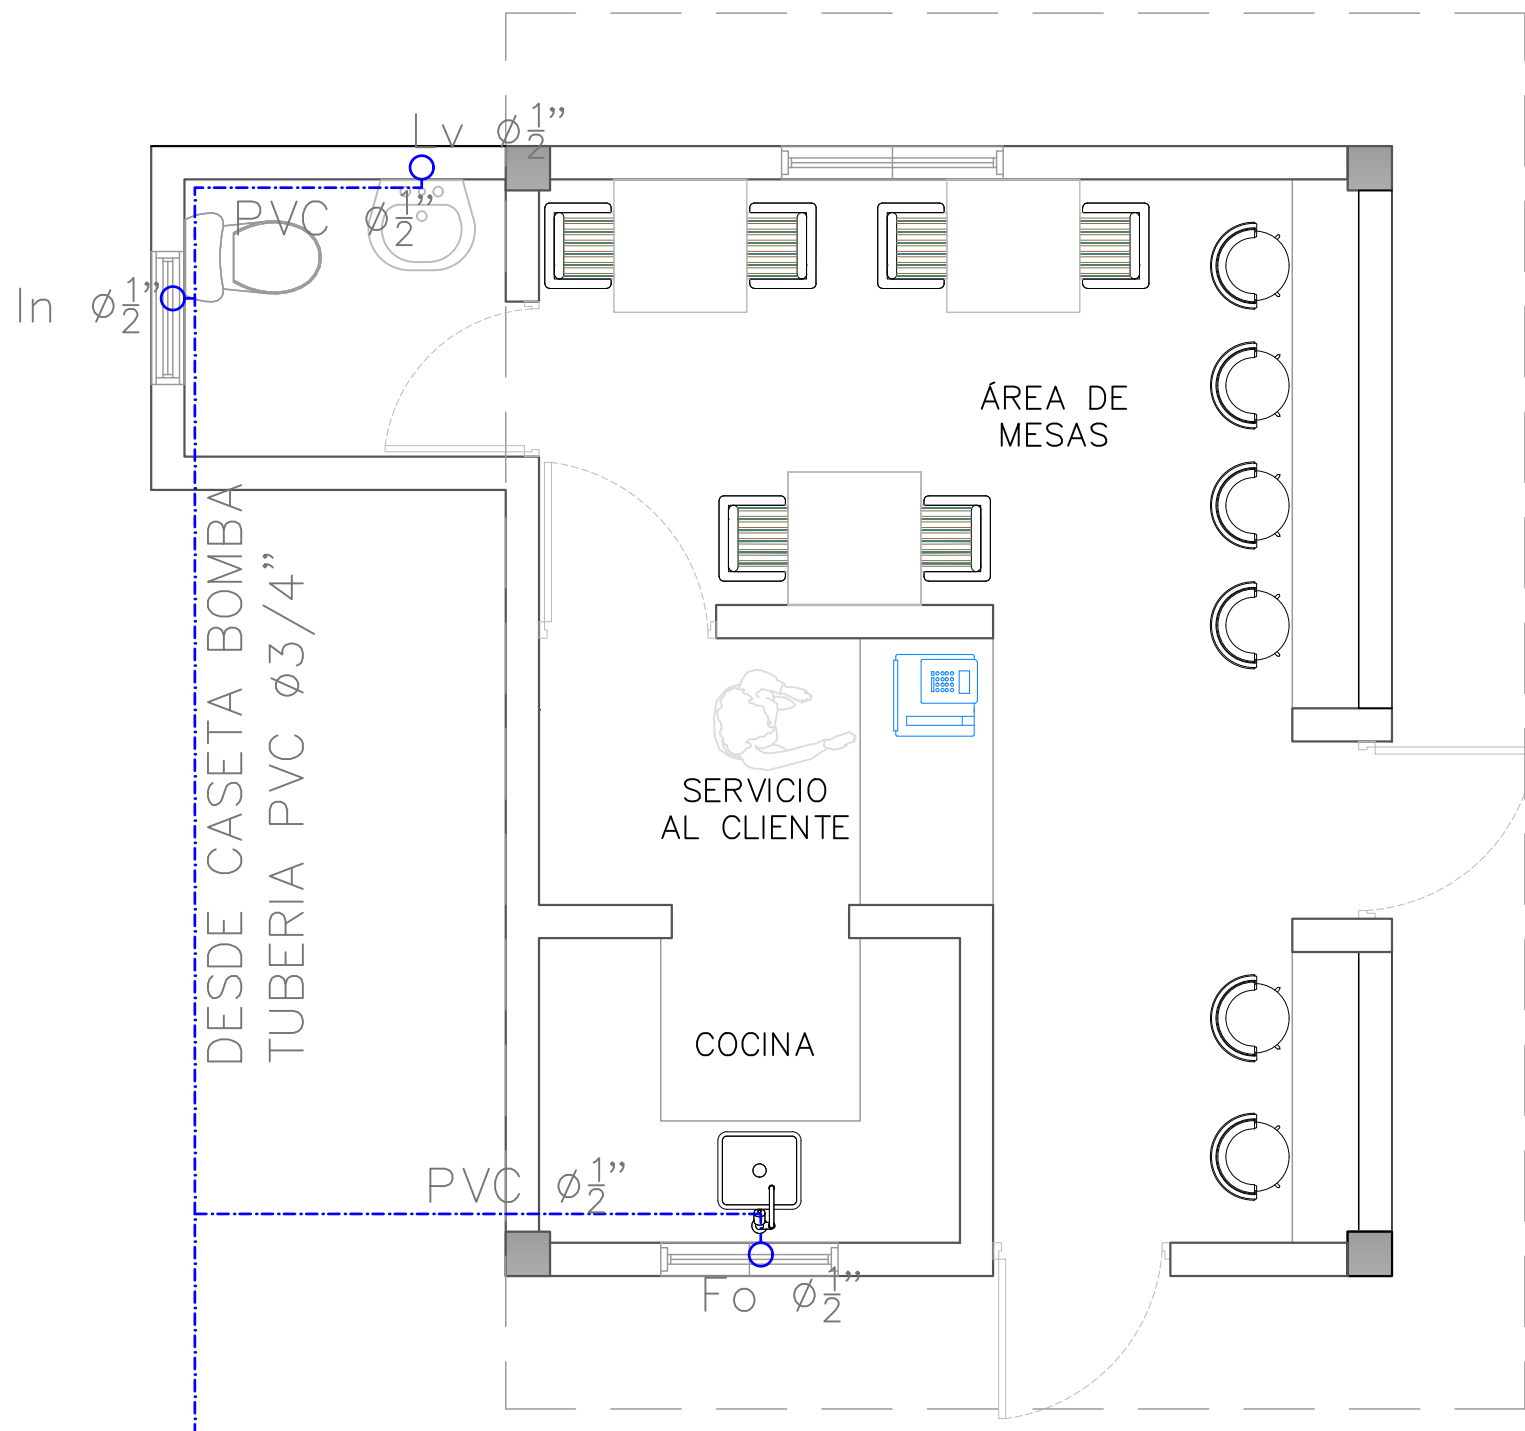

PLANTA ARQUITECTÓNICA - CAFETERÍA

ESC. 1:20

DIRECCIÓN DESARROLLO
PROVINCIAL



Ave. Dr. Delgado, Esq. Moises Garcia,
Gazcue, Sto. Dgo., R.D.
TEL.: (809)-364-2189 | FAX.: (809)- 688-1665
E-Mail: info@cpadp.gob.do

PROYECTO:

**CONST CAMPO DE BESIBOL MARIO
VILLAMAN DOMINGUEZ,
SECTOR BARRANCON
LUPERON, PUERTO PLATA
REPUBLICA DOMINICANA**

EQUIPO DE TRABAJO:

DISEÑO ARQUITECTONICO

codia 00000

ENC. INGENIERIA
ING. FIOR DALIZA BONIFACIO

codia 00000

ESTRUCTURAL

ING.

codia 00000

ELECTRICO

ING.

codia 00000

HIDRO-SANITARIO

ING.

codia 00000

SELLO DE APROBACION

FECHA **REV-1 10/08/2022**

CONTENIDO:

**PLANTA SANITARIA
CAFETERÍA**

ESCALA:

1:50

NO. PAGINA:

045