


PROYECTO:

CONSTRUCCIÓN CAMPO DE
BEISBOL LAS CHARCAS, MUNICIPIO
LAS CHARCAS, PROVINCIA AZUA

REPÚBLICA DOMINICANA
SEPTIEMBRE 2026

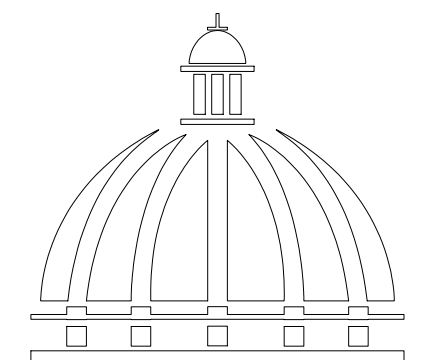

**GOBIERNO DE LA
REPÚBLICA DOMINICANA**





Ave. Dr. Delgado, Esq. Moises Garcia,
Gazcue, Sto. Dgo., R.D.
TEL.: (809)-364-2189 | FAX.: (809)- 688-1665
E-Mail: info@cpadp.gob.do

PROYECTO:
**CONSTRUCCIÓN CAMPO DE
BEISBOL LAS CHARCAS,
MUNICIPIO LAS CHARCAS,
PROVINCIA AZUA**

EQUIPO DE TRABAJO:

DISEÑO ARQUITECTÓNICO
codia 00000

ENC. INGENIERÍA
ING. FIOR DALIZA BONIFACIO
codia 00000

ESTRUCTURAL
ING. Leopoldo Berroa Cordero
codia

ELÉCTRICO
ING. JUAN PÉREZ
codia 00000

HIDRO-SANITARIO
ING. FRANCIS ESTEVEZ
codia 00000

SELLO DE APROBACIÓN:


FECHA:

CONTENIDO:
**PLANTA ARQUITECTONICA
DE CONJUNTO
PLAY DE BEISBOL**

ESCALA:
1:400



NO. PÁGINA:

002

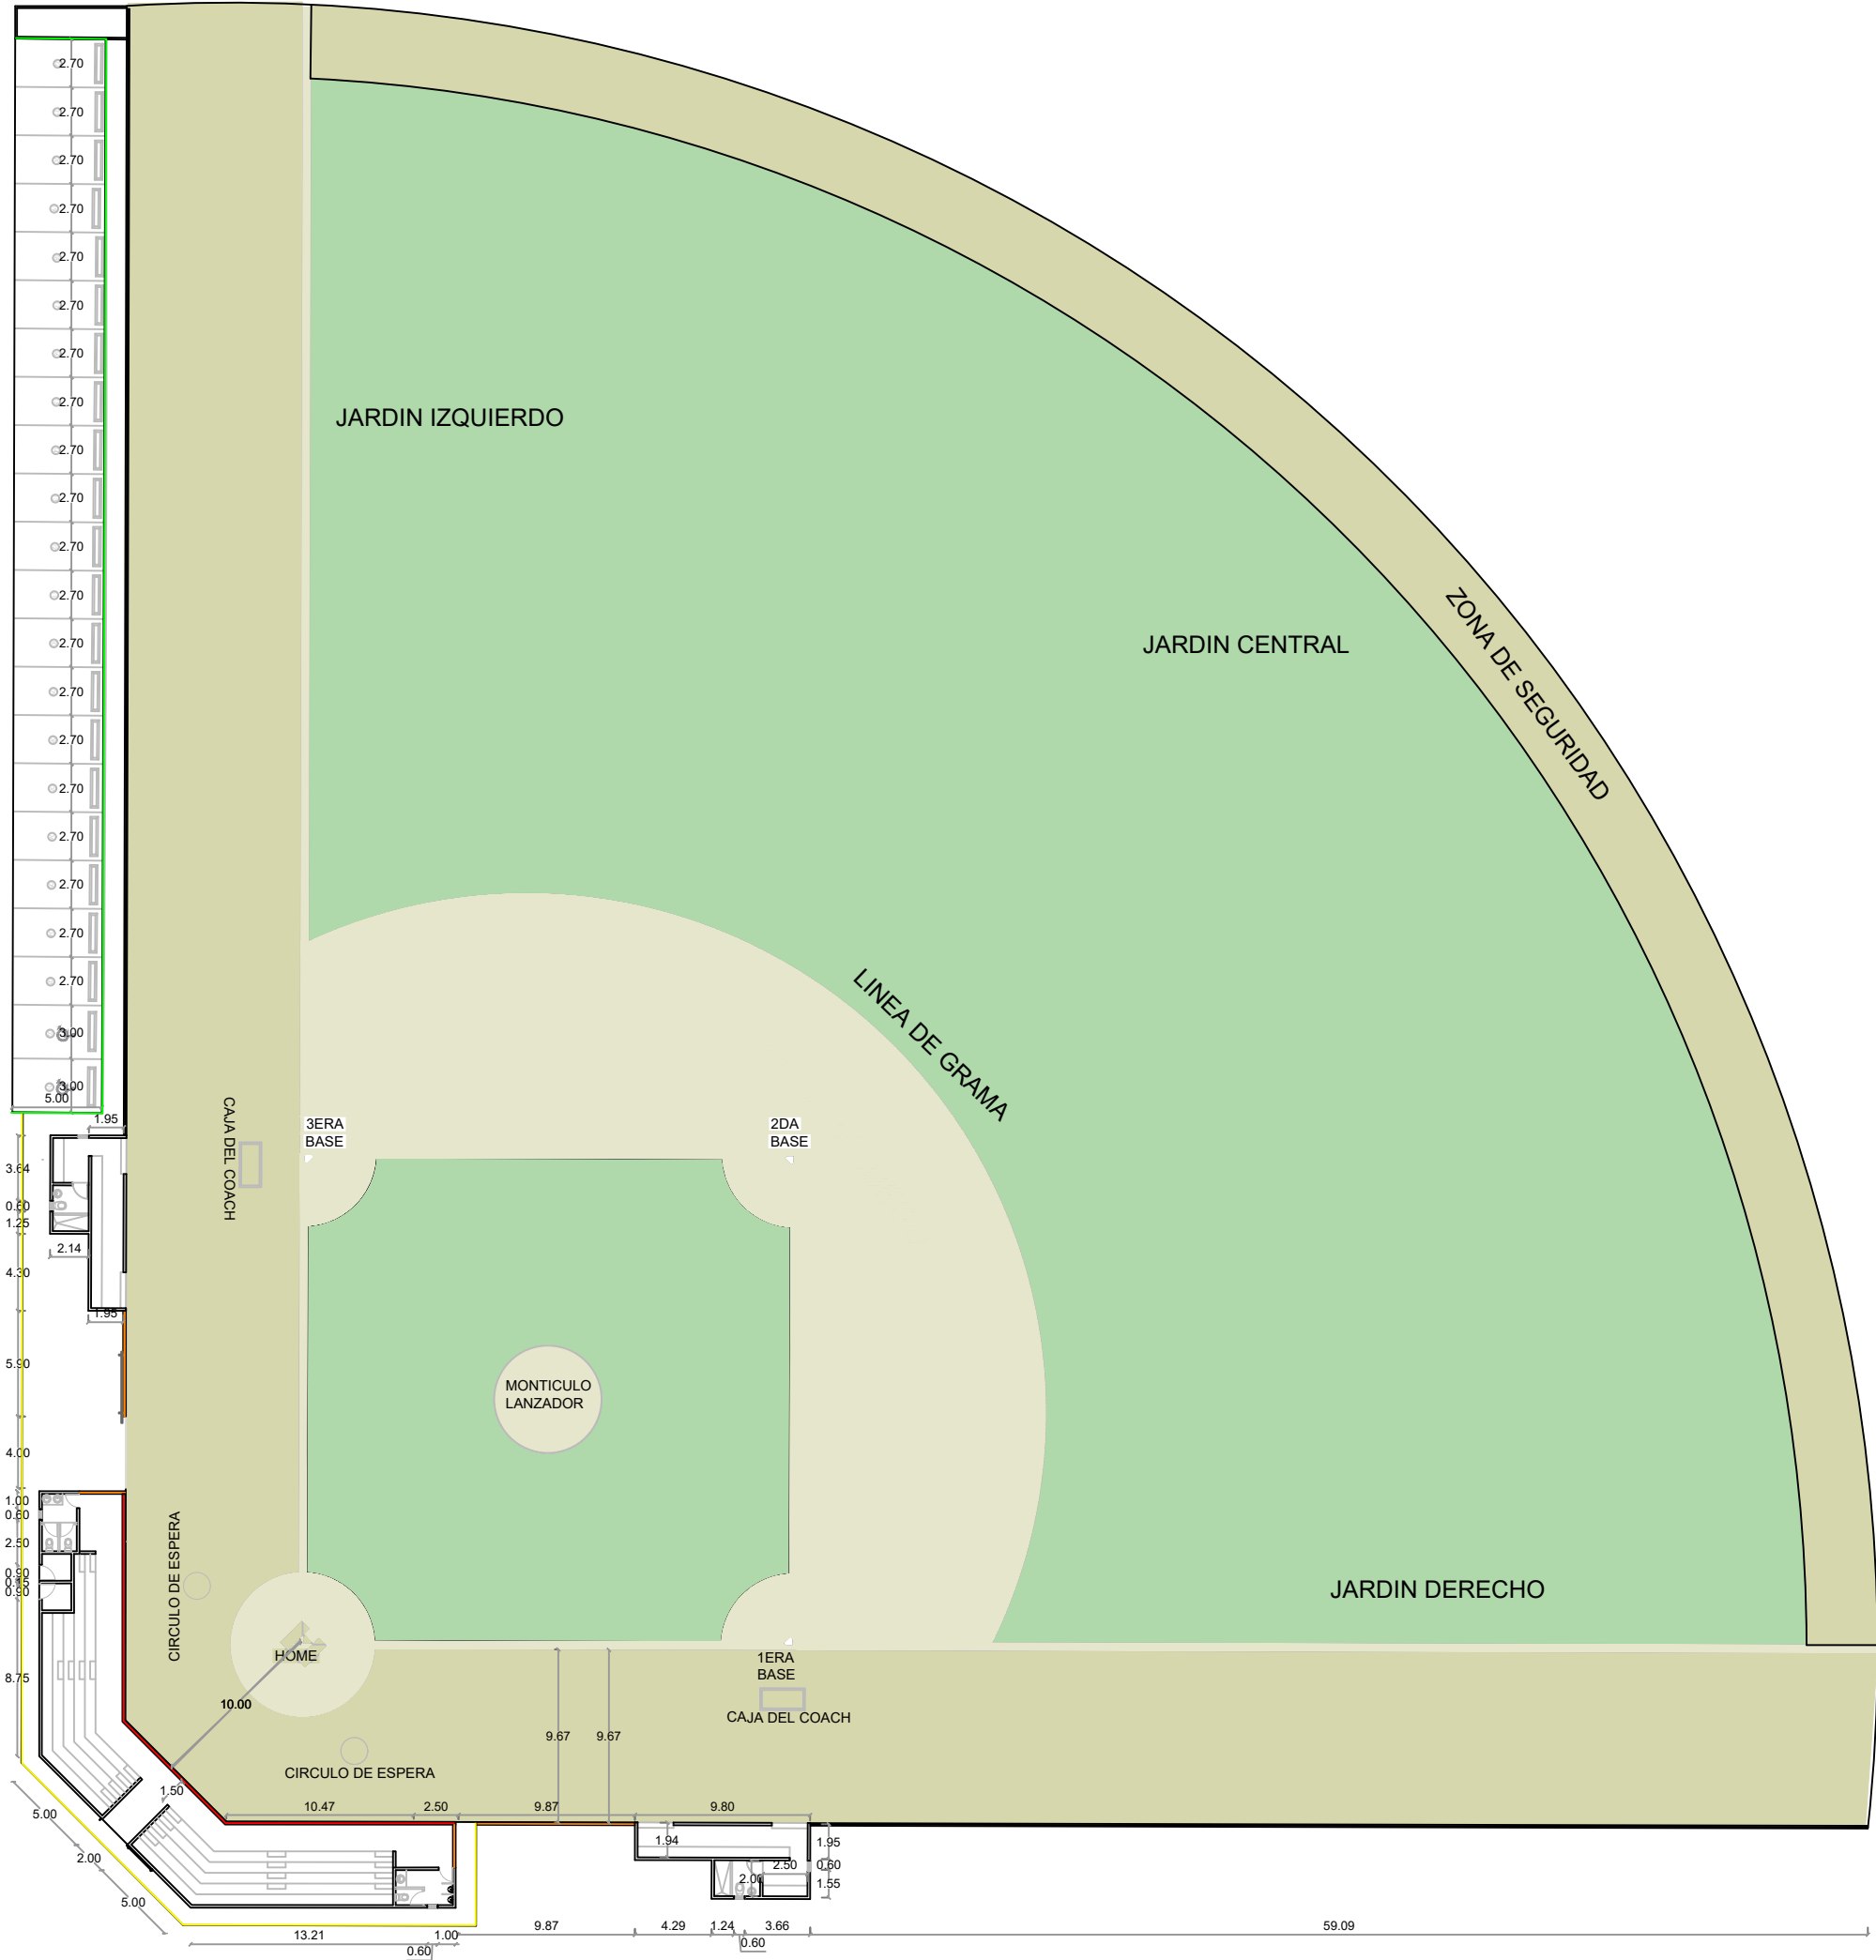

PLANTA ARQUITECTONICA DE CONJUNTO


ESC. 1:500

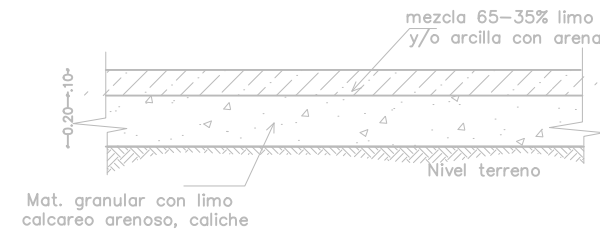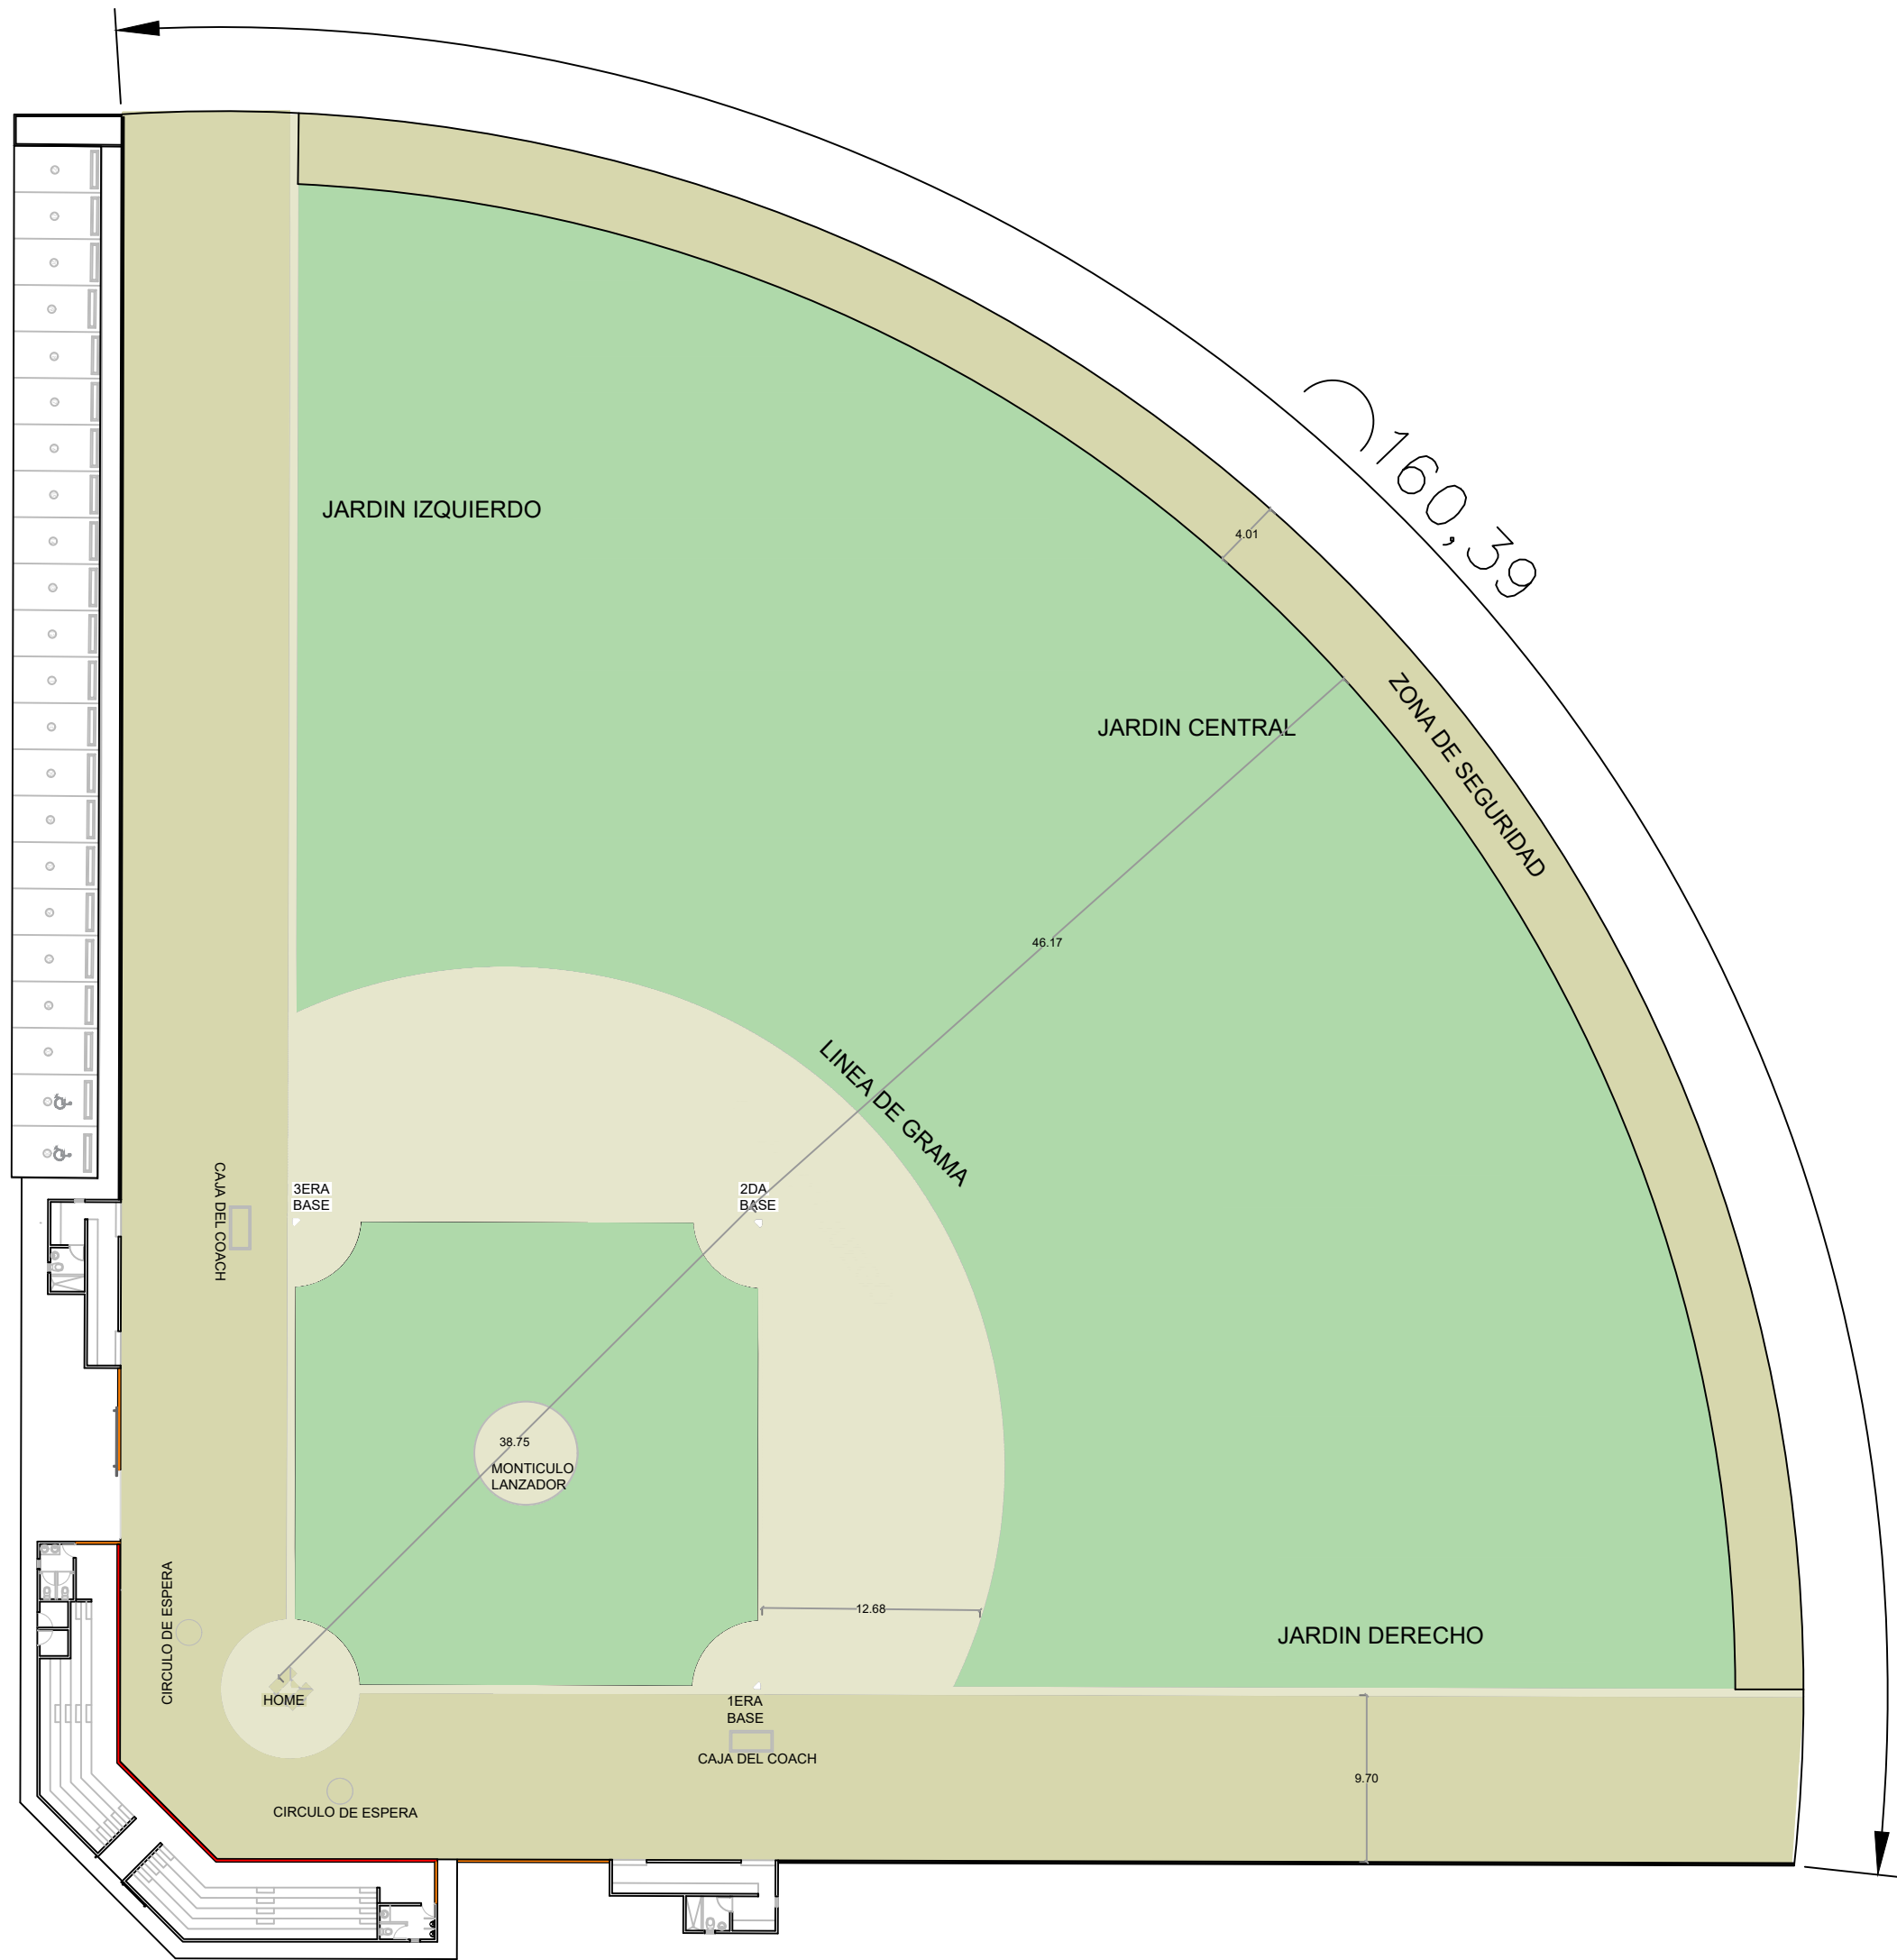


Def. Terreno Media Luna




Def. Placa Lanzador

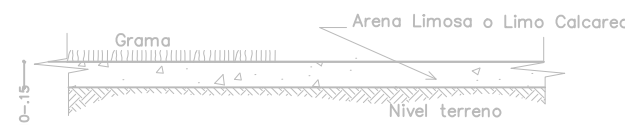

Def. Trreno Cuadro Int. y jardines (no incluye media luna)

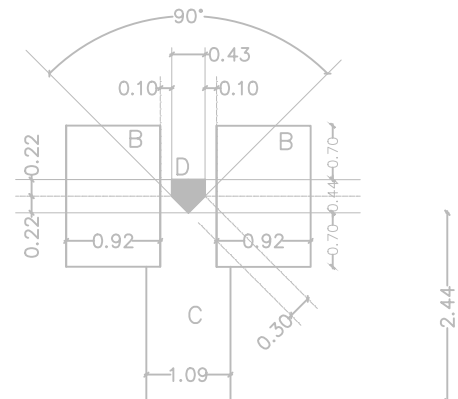

Trazado

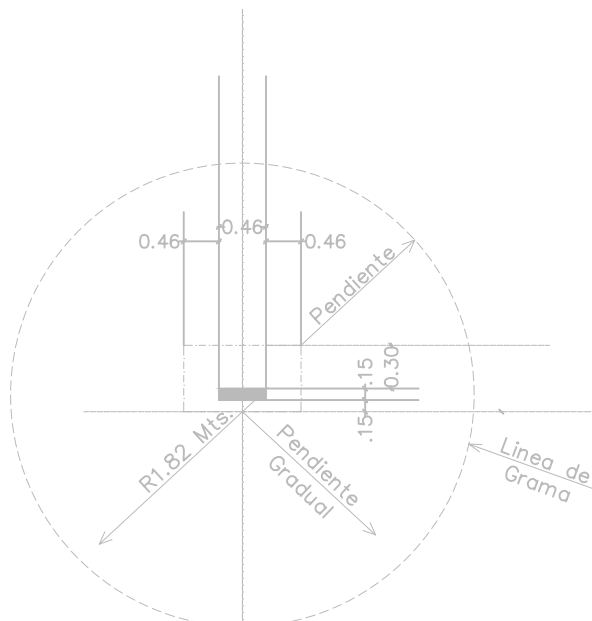

Trazado Lanzador



Ave. Dr. Delgado, Esq. Moises Garcia,
Gazcue, Sto. Dgo., R.D.
TEL.: (809)-364-2189 | FAX.: (809)- 688-1665
E-Mail: info@cpadp.gob.do

PROYECTO:
**CONSTRUCCIÓN CAMPO DE
BEISBOL LAS CHARCAS,
MUNICIPIO LAS CHARCAS,
PROVINCIA AZUA**

EQUIPO DE TRABAJO:

DISEÑO ARQUITECTÓNICO

codia 00000

ENC. INGENIERÍA
ING. FIOR DALIZA BONIFACIO

codia 00000

ESTRUCTURAL
ING. Leopoldo Berroa Cordero

codia

ELÉCTRICO
ING. JUAN PÉREZ

codia 00000

HIDRO-SANITARIO
ING. FRANCIS ESTEVEZ

codia 00000

SELLO DE APROBACIÓN:

FECHA:

CONTENIDO:

PLANTA DE CONJUNTO
DIMENSIONADA

ESCALA:

1:400

NO. PÁGINA:

003



PLANTA DETALLES DE VERJA

LEYENDA DE MURO	
	BACKSTOP H=5.40M L= 27.11 M
	MURO DE BLOQUES - CENTER FIELD H=1.80 M L=160.76 M
	MURO DE BLOQUES H=1.80 M L=160.76M
	MURO DE BLOQUES Y MALLA CICLÓNICA H=1.80 L =137.84 M

DIRECCIÓN
DESARROLLO PROVINCIAL



Ave. Dr. Delgado, Esq. Moises Garcia,
Gazcue, Sto. Dgo., R.D.
TEL.: (809)-364-2189 | FAX.: (809)- 688-1665
E-Mail: info@cpadp.gob.do

PROYECTO:
**CONSTRUCCIÓN CAMPO DE
BEISBOL LAS CHARCAS,
MUNICIPIO LAS CHARCAS,
PROVINCIA AZUA**

EQUIPO DE TRABAJO:	
DISEÑO ARQUITECTÓNICO	
	codia 00000
ENC. INGENIERÍA	
ING. FIOR DALIZA BONIFACIO	codia 00000
ESTRUCTURAL	
ING. Leopoldo Berroa Cordero	codia
ELÉCTRICO	
ING. JUAN PÉREZ	codia 00000
HIDRO-SANITARIO	
ING. FRANCIS ESTEVEZ	codia 00000

SELLO DE APROBACIÓN:

FECHA:


CONTENIDO:

PLANTA DETALLE DE VERJA


ESCALA:
1:400

NO. PÁGINA:


004

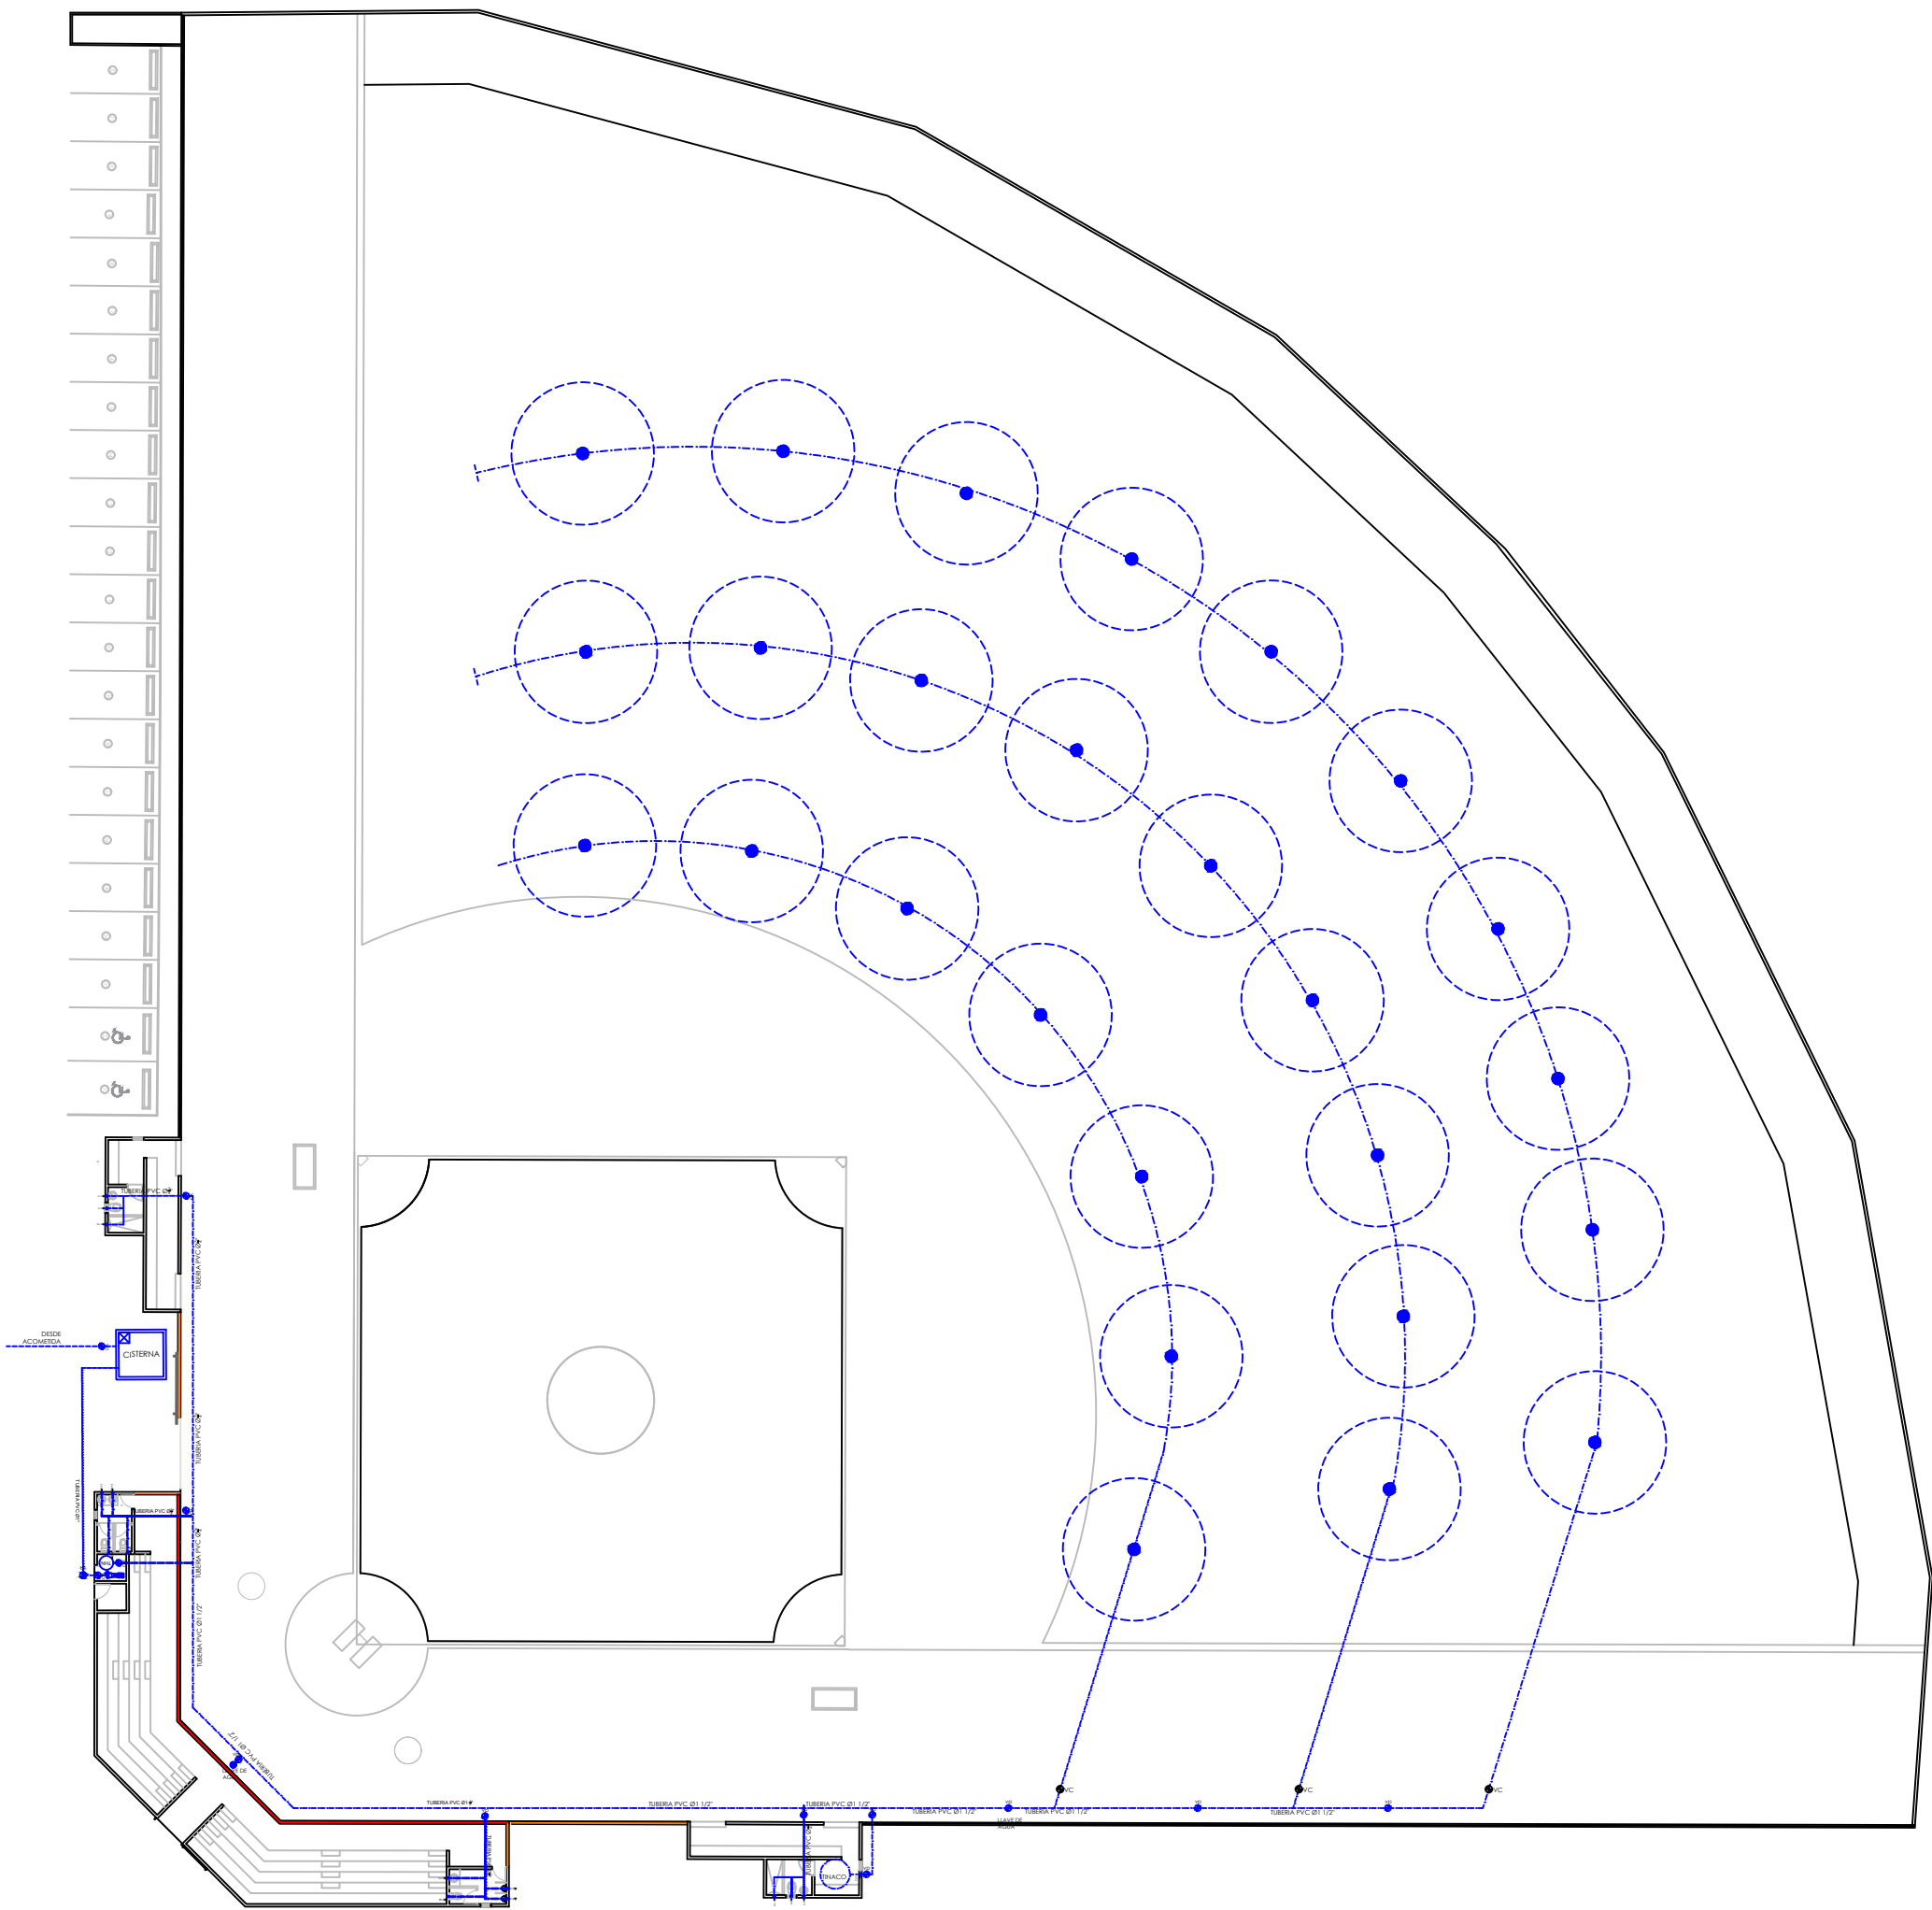


 PLANTA INSTALACIONES SANITARIAS - AGUA POTABLE
ESC. 1:100

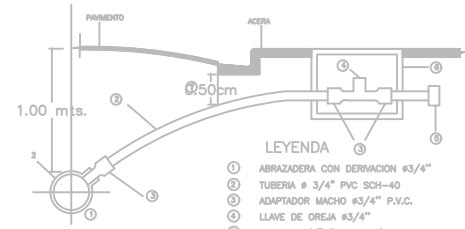


DETALLE DE ACOMETIDA

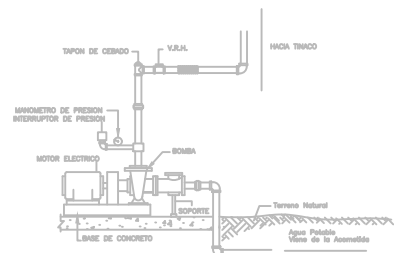


DETALLE EQUIPO DE BOMBEO

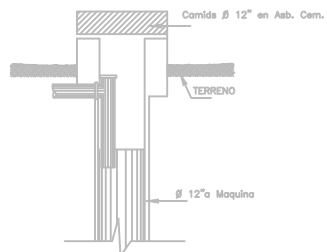

FILTRANTE

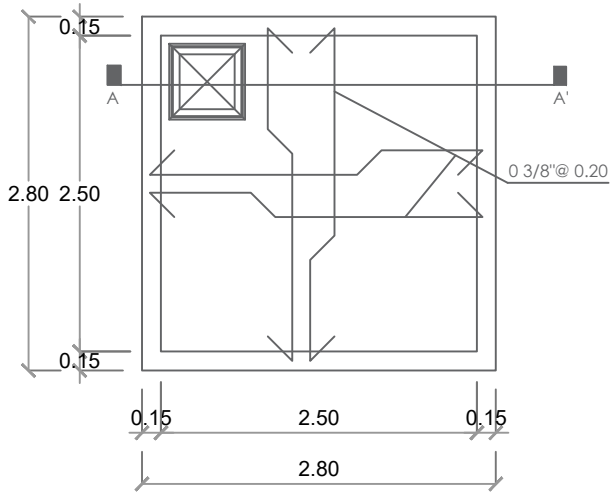

PLANTA CISTERNA

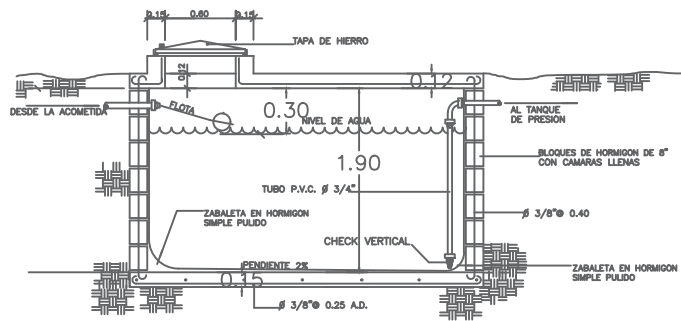

SECCION CISTERNA

LEYENDA SANITARIA					
SIMBOLO	ABREV.	DESCRIPCION	SIMBOLO	ABREV.	DESCRIPCION
	i	INODORO		VP	VALVULA DE PASO
	Lm	LAVAMANOS		TUBERIA	
	D	DUCHA		ASPERSORES	
	Fr	FREGADERO		LLAVE DE AGUA	

DIRECCIÓN
DESARROLLO PROVINCIAL



Ave. Dr. Delgado, Esq. Moises Garcia,
Gazcue, Sto. Dgo., R.D.
TEL.: (809)-364-2189 | FAX.: (809)- 688-1665
E-Mail: info@cpadp.gob.do

PROYECTO:
**CONSTRUCCIÓN CAMPO DE
BEISBOL LAS CHARCAS,
MUNICIPIO LAS CHARCAS,
PROVINCIA AZUA**

EQUIPO DE TRABAJO:

DISEÑO ARQUITECTÓNICO

codia 00000

ENC. INGENIERÍA
ING. FIOR DALIZA BONIFACIO
codia 00000

ESTRUCTURAL
ING. Leopoldo Berroa Cordero
codia

ELÉCTRICO
ING. JUAN PÉREZ
codia 00000

HIDRO-SANITARIO
ING. FRANCIS ESTEVEZ
codia 00000

SELLO DE APROBACIÓN:

FECHA:

CONTENIDO:
PLANTA INSTALACIONES
SANITARIAS AGUA POTABLE

ESCALA:
1:400

NO. PÁGINA:
005

Ave. Dr. Delgado, Esq. Moises Garcia,
Gazcue, Sto. Dgo., R.D.
TEL.: (809)-364-2189 | FAX.: (809)- 688-1665
E-Mail: info@cpadp.gob.do

EQUIPO DE TRABAJO:

codia 00000

ESTRUCTURAL
ING. Leopoldo Berroa Cordero
codia

ELÉCTRICO
ING. JUAN PÉREZ
codia 00000

HIDRO-SANITARIO
ING. FRANCIS ESTEVEZ
codia 00000

SELO DE APROBACIÓN:

FECHA:






CONTENIDO:

PLANTA INSTALACIONES
SANITARIAS AGUAS NEGRAS


ESCALA: 1:400

NO. PÁGINA:

006

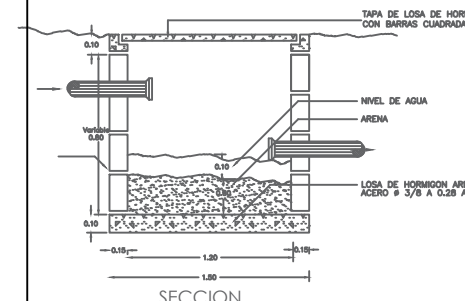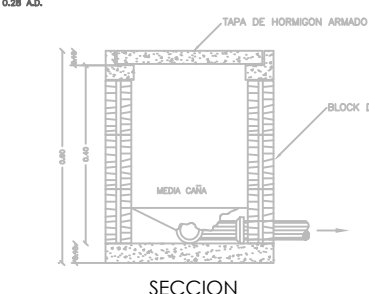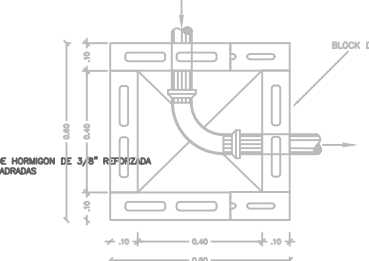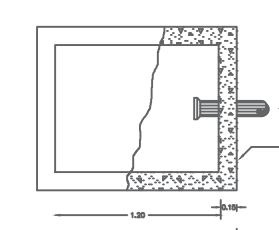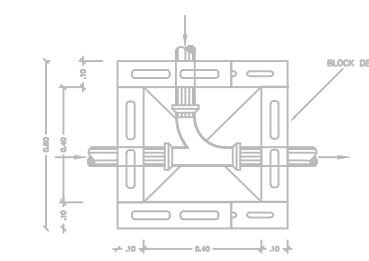

DRENAJE CANALES RECOLECTORES DE AGUA PLUVIAL TERRENO DE JUEGO

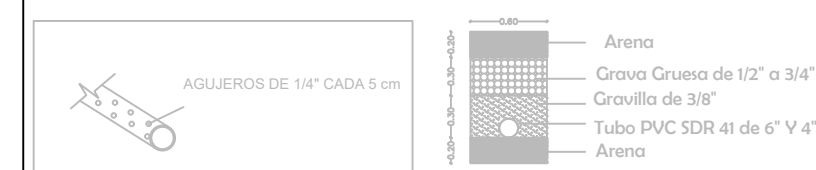


NOTA

TODAS LAS TUBERIAS A USAR EN LOS ISTEMAS DE DESAGUES DE AGUA POTABLE, AGUAS NEGRAS Y PLUVIAL SERAN DE P.V.C LA PENDIENTE DE LAS TUBERIAS DEL SISTEMA DE DESAGUE DE AGUAS NEGRAS SERAN DE 2%.


- LAS TUBERIAS DE VENTILACION SUBIRAN 0.30 M SOBRE EL NIVEL DE TECHO
- TUBERIA DE DRENAJE PLUVIAL PARA EL TERRENO DE JUEGO, TUBO DE 6" Y 8" PVC SDR 41
- LAS TUBERIA DE DRENAJE PLUVIAL EN PVC DEBEN SER RECUBIERTAS CON UNA MALLA GEOTEXTIL

LEYENDA SANITARIA					
SIMBOLO	ABREV.	DESCRIPCION	SIMBOLO	ABREV.	DESCRIPCION
	i	INODORO			REGISTRO
	Lm	LAVAMANOS			TUBERIA
	D	DUCHA			TRAMPA DE ARENA
	Fr	FREGADERO			CAMARA SEPTICA

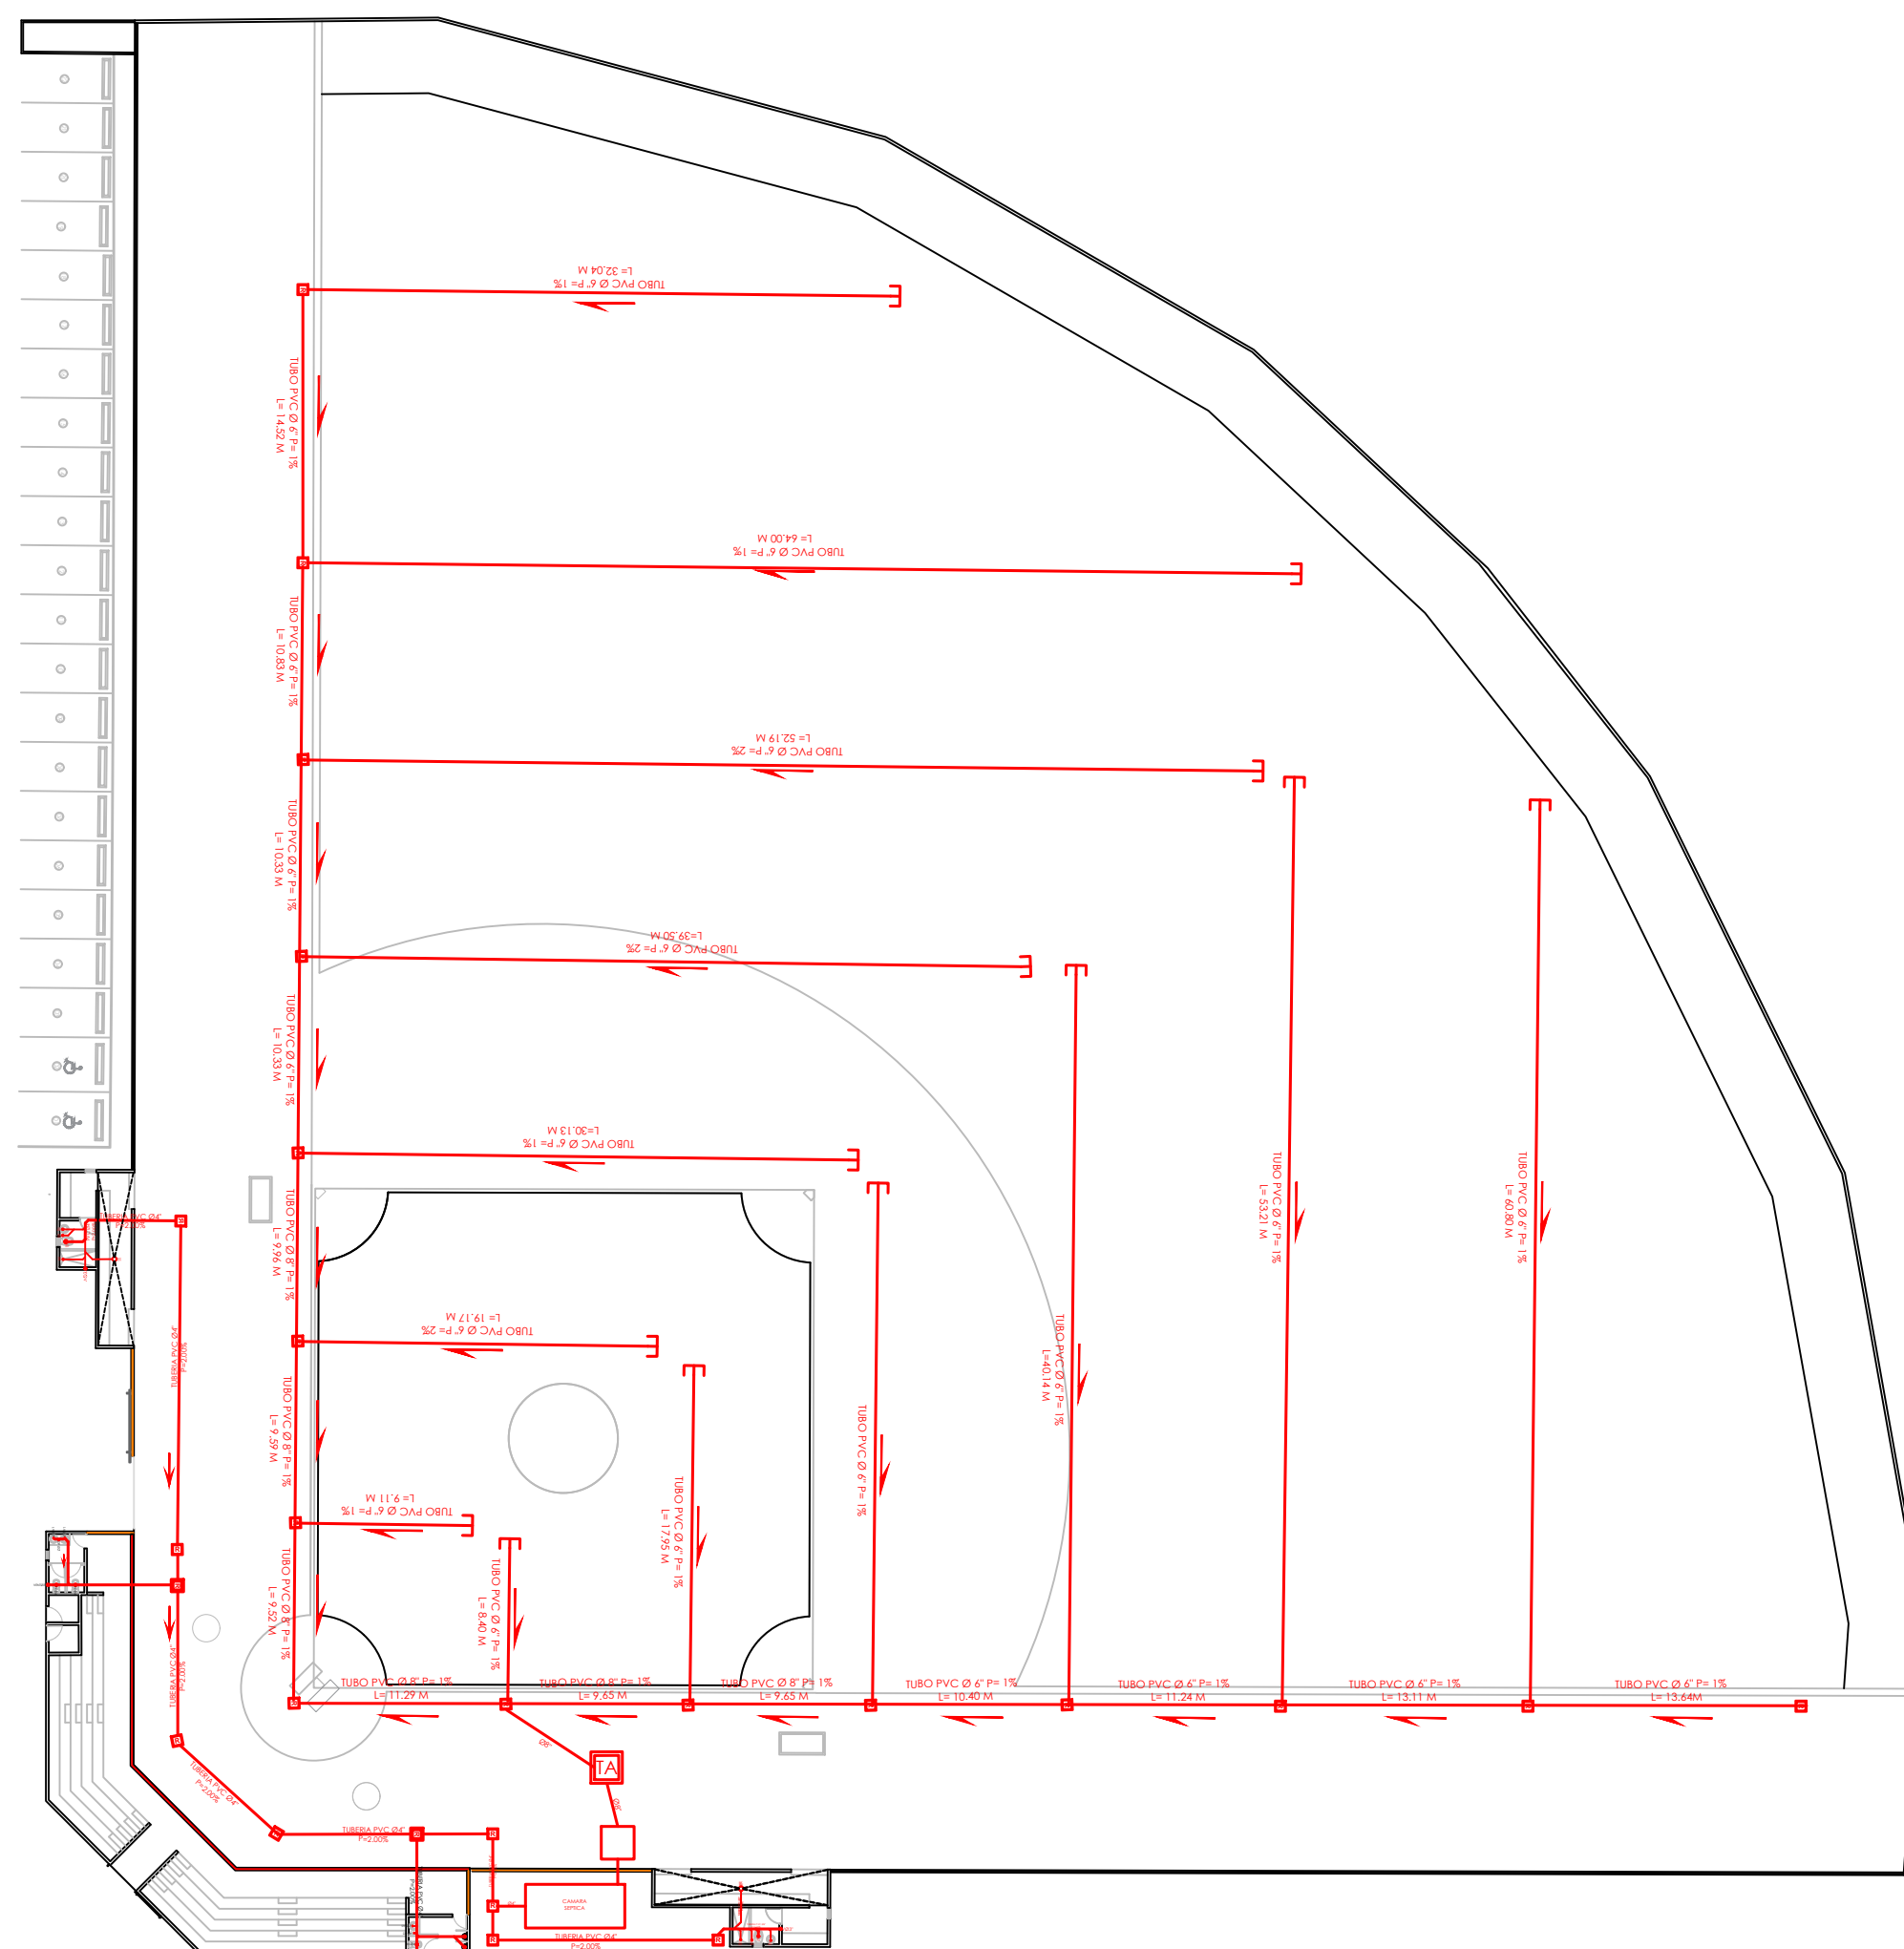

PLANTA INSTALACIONES SANITARIAS - AGUAS NEGRAS

ESC. 1:500

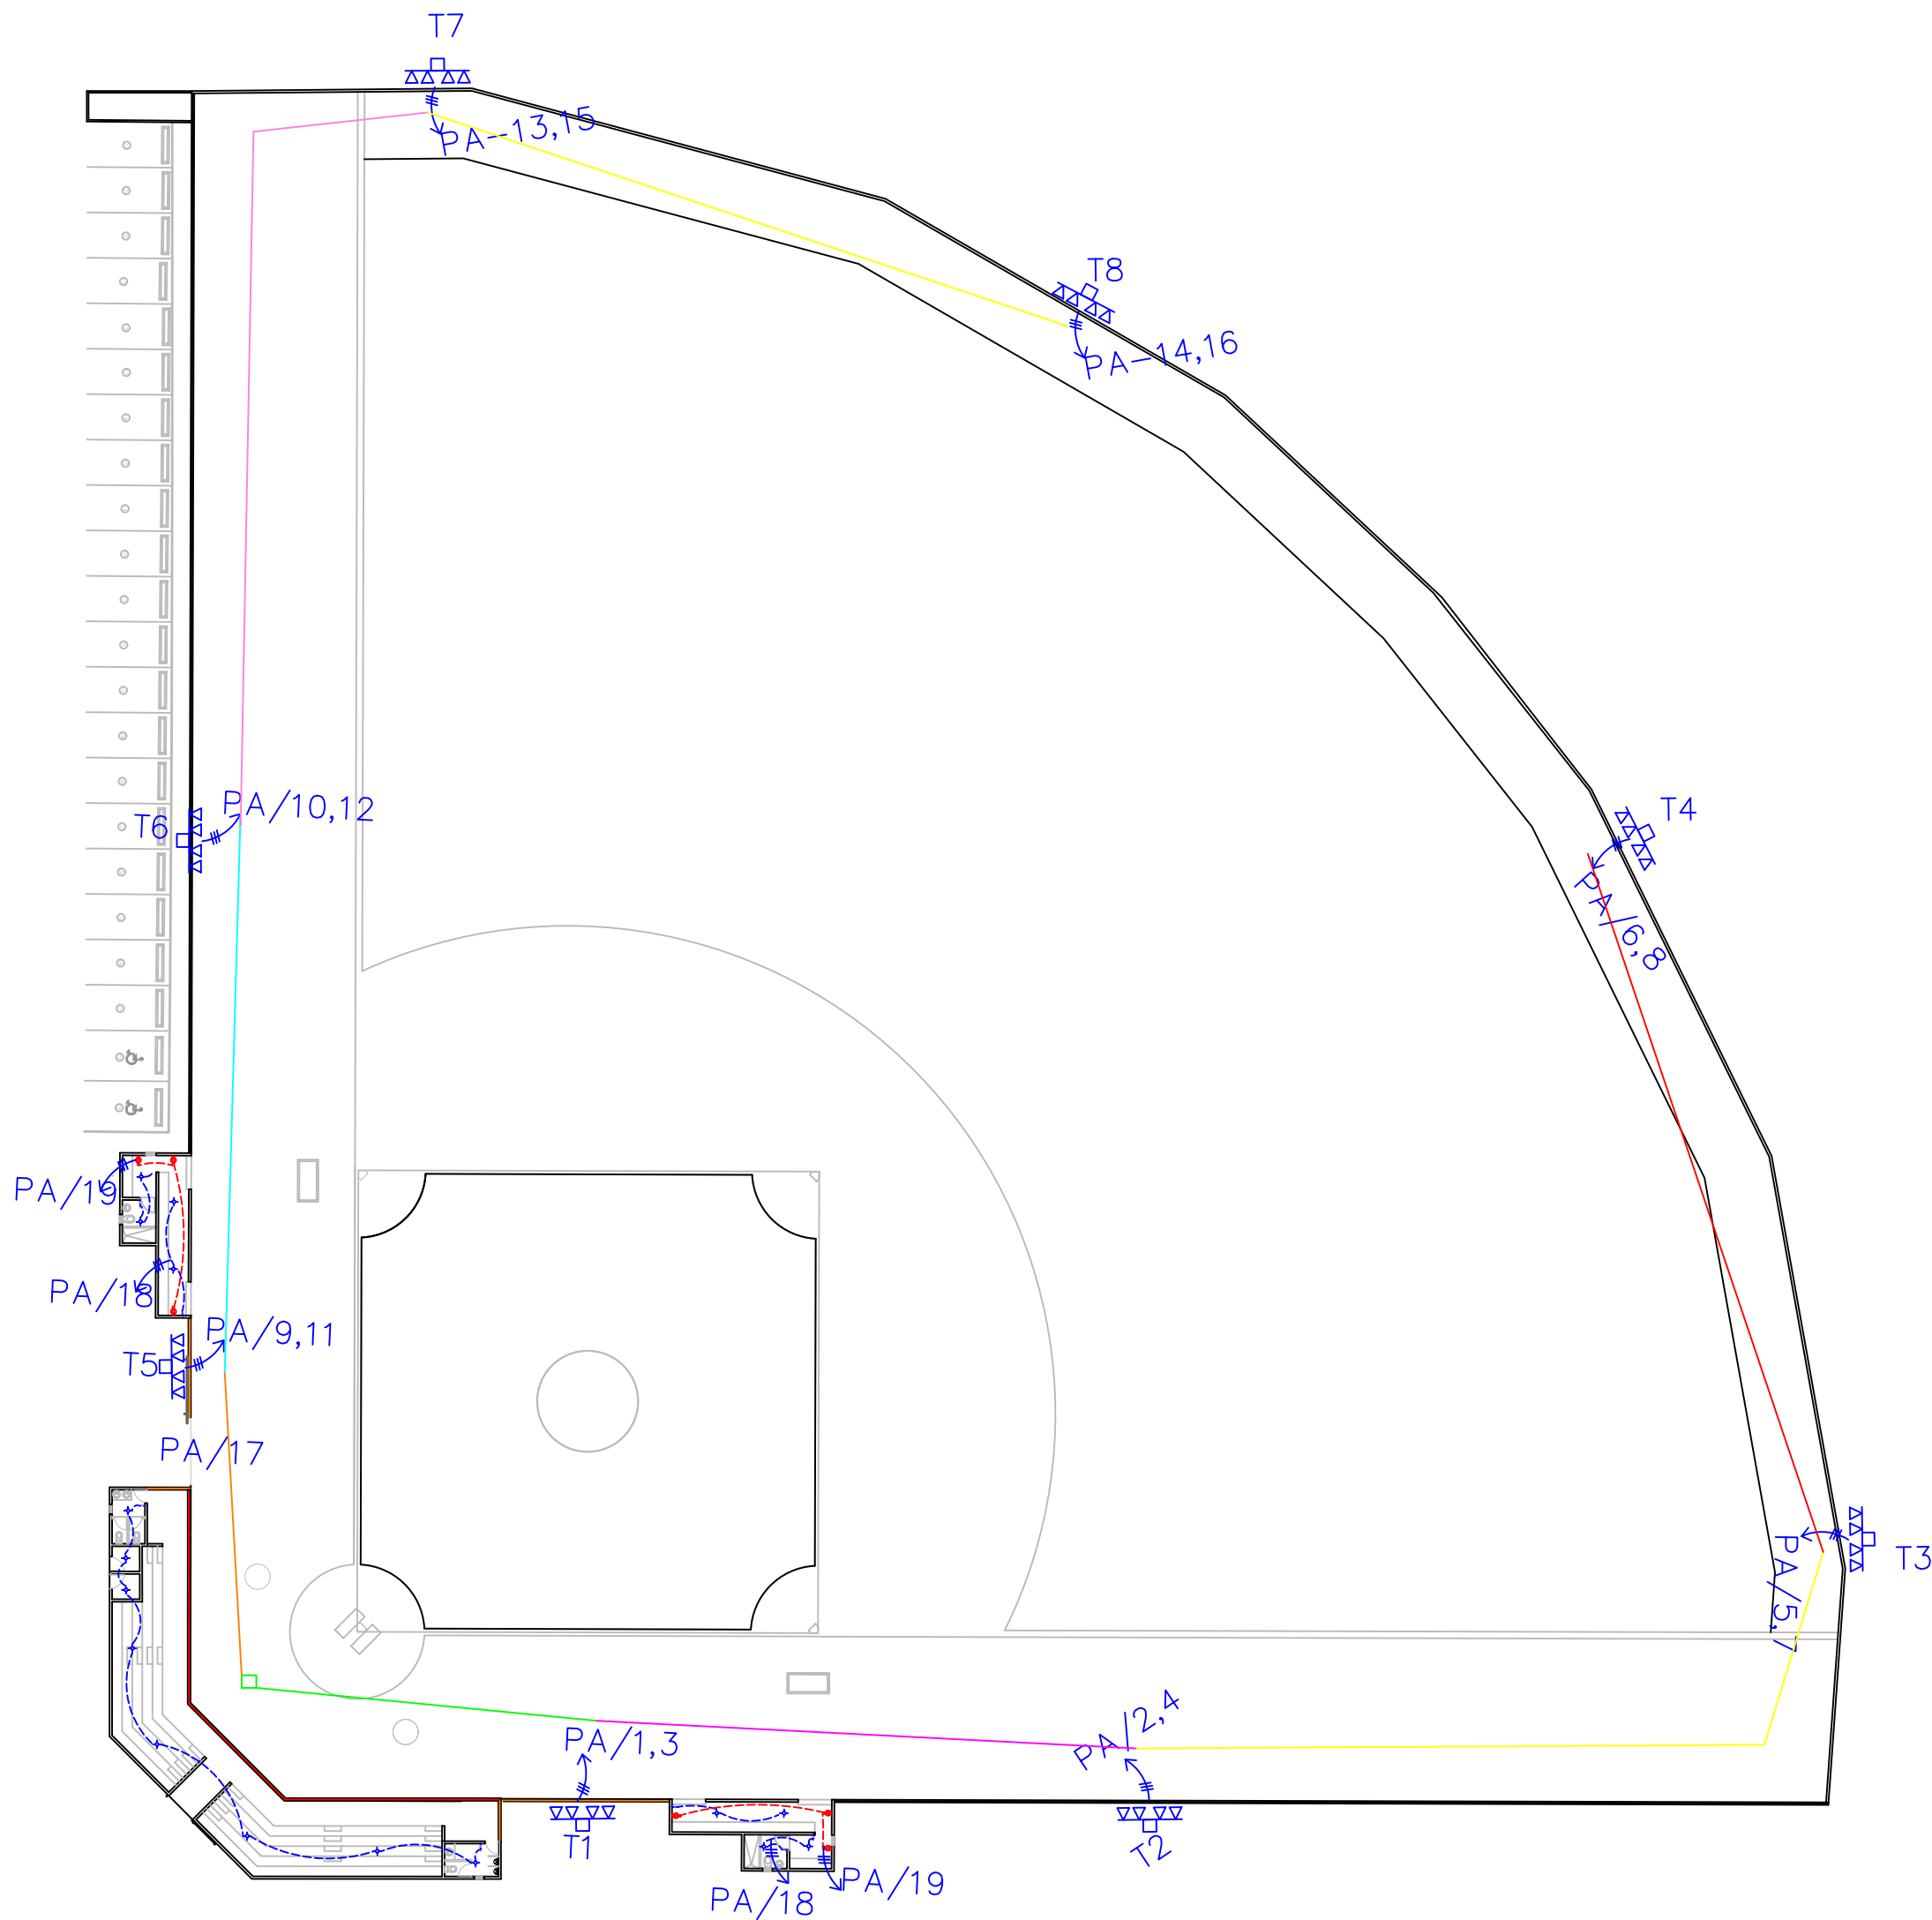

LEYENDA	
SIMBOLOGÍA	NOMBRE
	Luces de Techo
	Luces colgante tipo campana
	Lampara flour 4x4
	Lampara flour 2x4
	Luces de Pared
	Interruptores sencillo, 15A, 120V
	Interruptores doble, 15A, 120V
	Interruptores triple, 15A, 120V
	Interruptores 3 Way, 15A, 120V
	Interruptores 4 Way, 15A, 120V
	Interruptores Con luz piloto, 15A, 120V
	Poste Hormigon Armado 50' con escalerilla lampara MH, 1500W, 240 V
	Toma Corriente 120V, Doble, 20A
	Toma Corriente 240V, Sencilla, 30A
	Toma Corriente 120 de UPS, Doble, 20A
	Teléfono
	Antena de Televisión
	Data
	Hacia el Panel con 2 hilos
	Hacia el Panel con 3 hilos
	Tubería Empotrada en Losa
	Tubería Empotrada en Tierra
	Panel de Distribución Eléctrica
	Panel Board
	Breaker
	Registro
	Medidor o contador
	Transformador
	Abanico de Techo
	Equipos Eléctricos
	Transfer Switch
	Módulo de Contador
	Enclosed Breaker
	Tubería Empotrada con 3 hilos
	Inversor, UPS

DIRECCIÓN
DESARROLLO PROVINCIAL



Ave. Dr. Delgado, Esq. Moises Garcia,
Gazcue, Sto. Dgo., R.D.
TEL.: (809)-364-2189 | FAX.: (809)- 688-1665
E-Mail: info@cpadp.gob.do

PROYECTO:
**CONSTRUCCIÓN CAMPO DE
BEISBOL LAS CHARCAS,
MUNICIPIO LAS CHARCAS,
PROVINCIA AZUA**

EQUIPO DE TRABAJO:

DISEÑO ARQUITECTÓNICO

codia 00000

ENC. INGENIERÍA
ING. FIOR DALIZA BONIFACIO
codia 00000

ESTRUCTURAL
ING. Leopoldo Berroa Cordero
codia

ELÉCTRICO
ING. JUAN PÉREZ
codia 00000

HIDRO-SANITARIO
ING. FRANCIS ESTEVEZ
codia 00000

SELLO DE APROBACIÓN:

FECHA:

CONTENIDO:
**PLANTA INSTALACIONES
ELECTRICAS**

ESCALA:
1:400


NO. PÁGINA:

007



PLANTA INSTALACIONES ELECTRICAS

ESC. 1:500

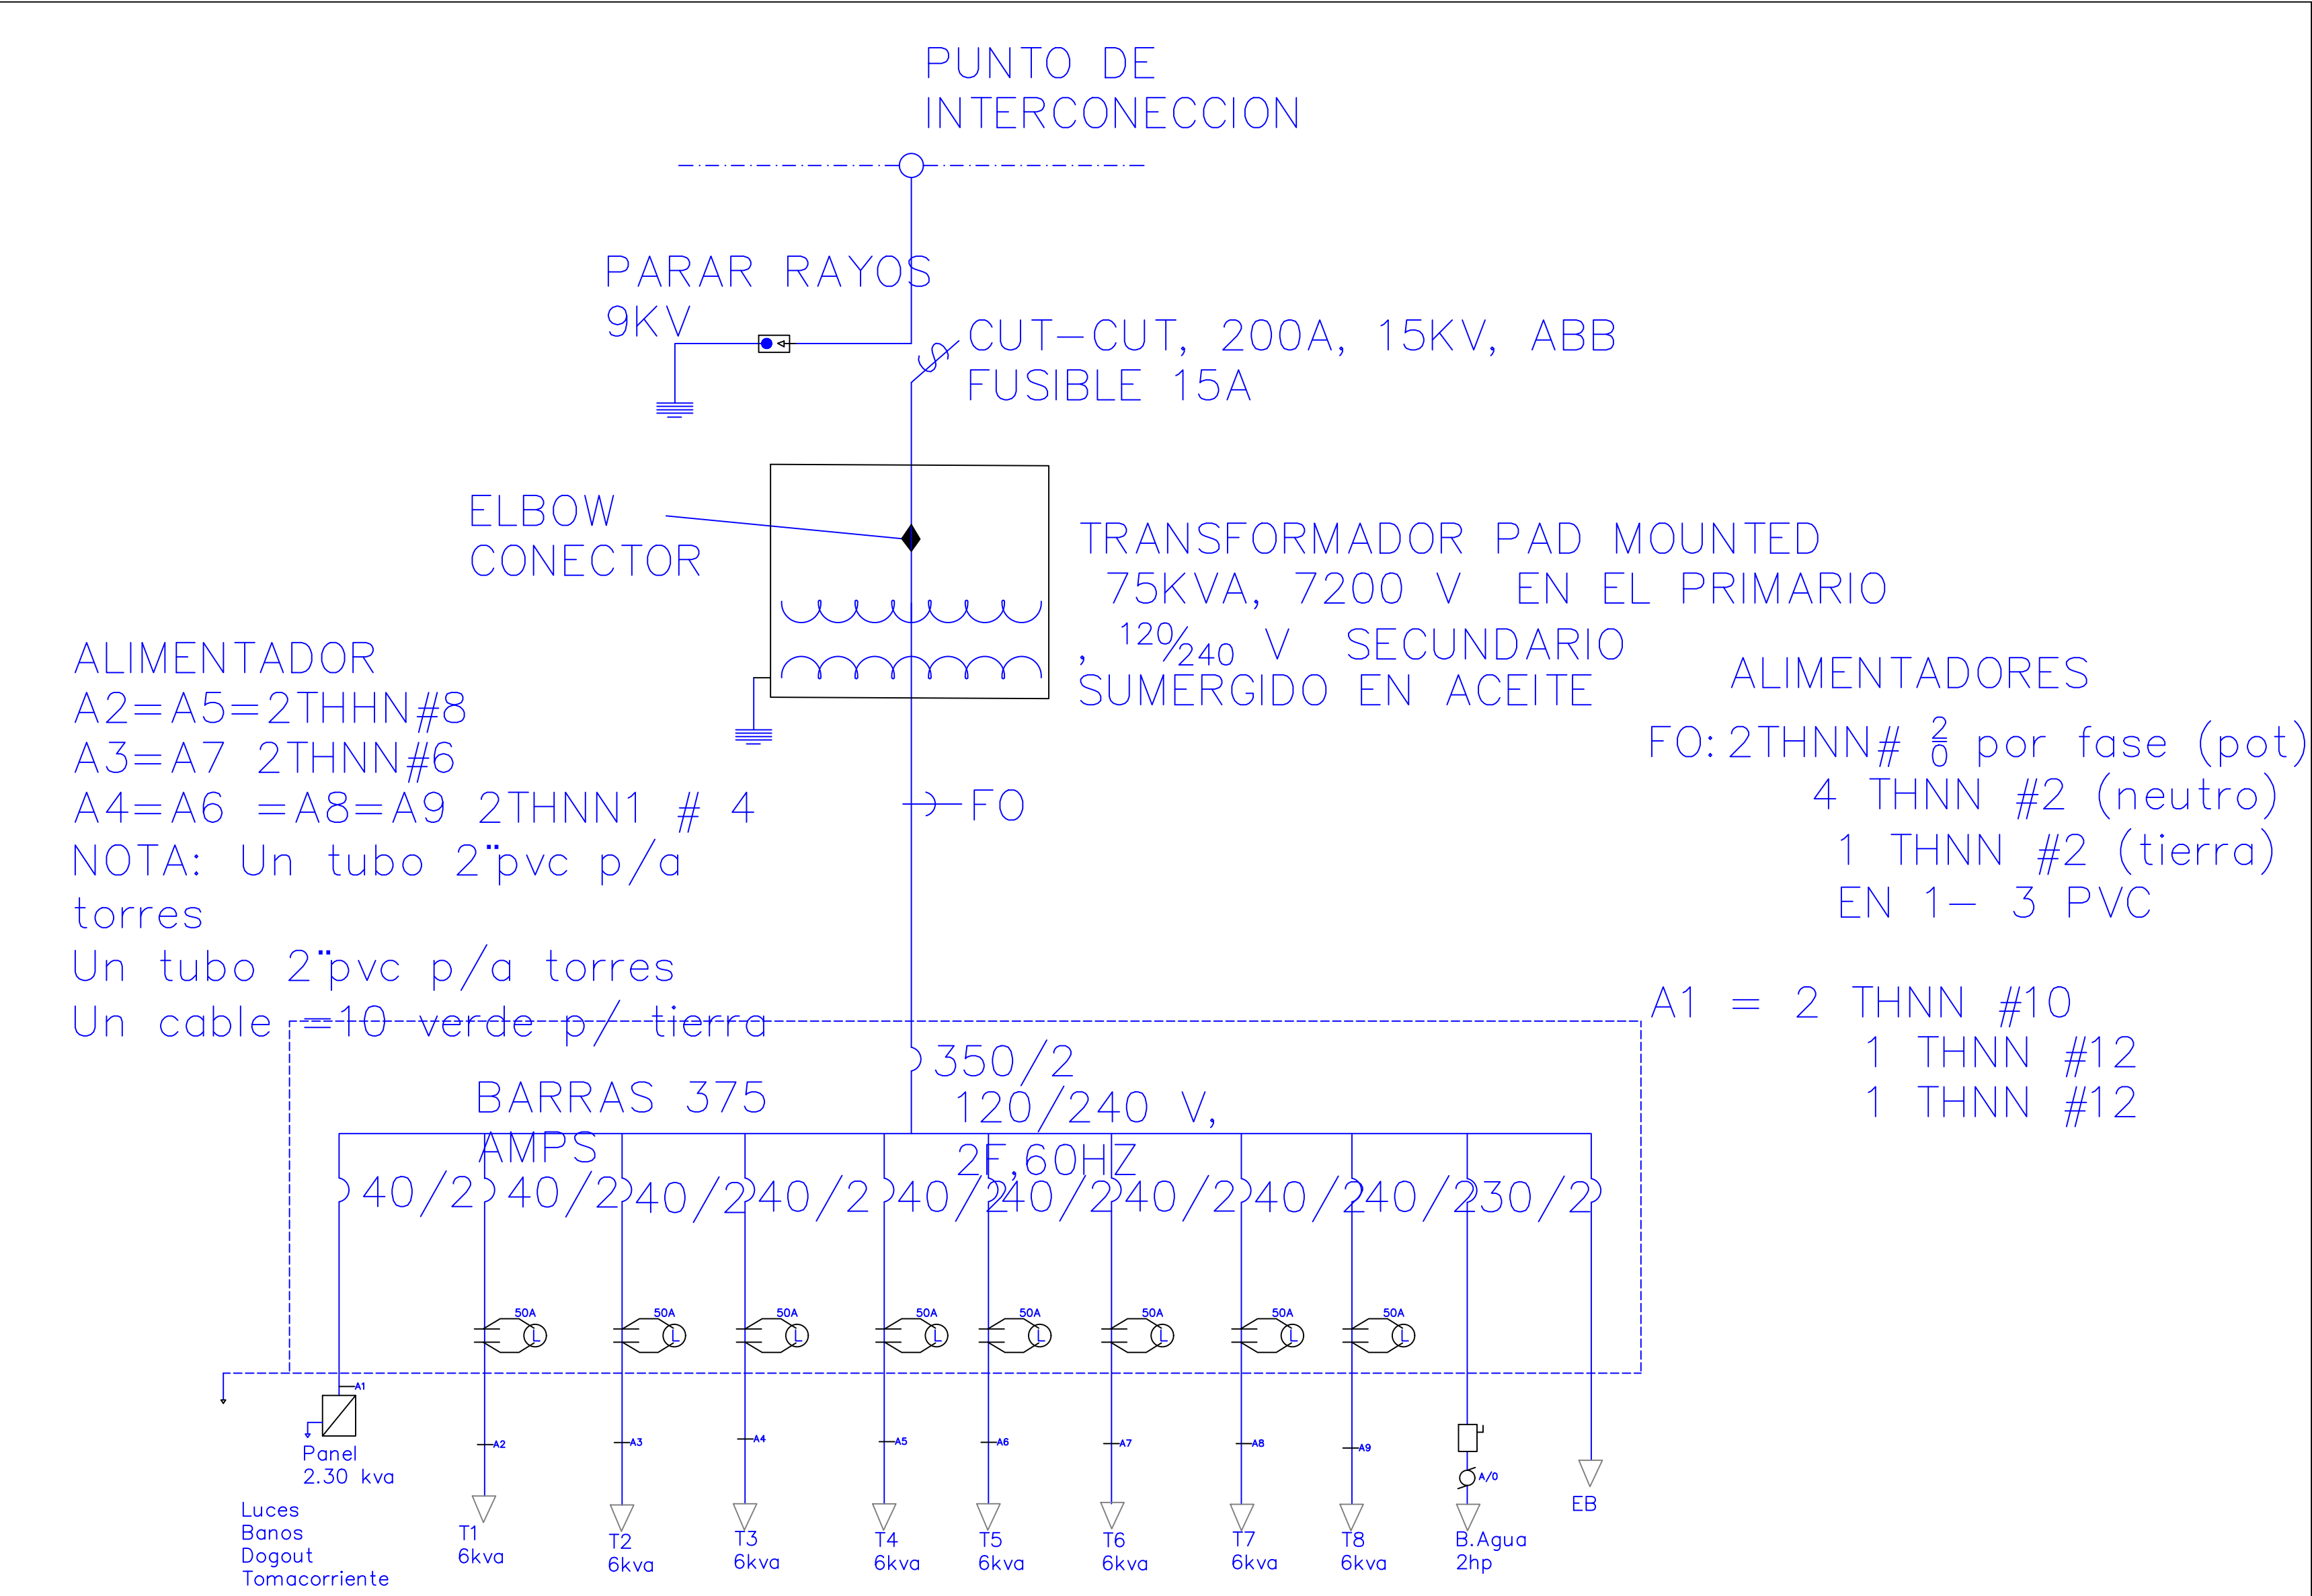


ALIMENTADOR
A2=A5=2THHN#8
A3=A7 2THNN#6
A4=A6 =A8=A9 2THNN1 # 4
NOTA: Un tubo 2"pvc p/a torres
Un tubo 2"pvc p/a torres
Un cable =10 verde p/ tierra


TRANSFORMADOR PAD MOUNTED
75KVA, 7200 V EN EL PRIMARIO
, 120/240 V SECUNDARIO
SUMERGIDO EN ACEITE

ALIMENTADORES
FO: 2THNN# 2 por fase (pot)
4 THNN #2 (neutro)
1 THNN #2 (tierra)
EN 1- 3 PVC

A1 = 2 THNN #10
1 THNN #12
1 THNN #12

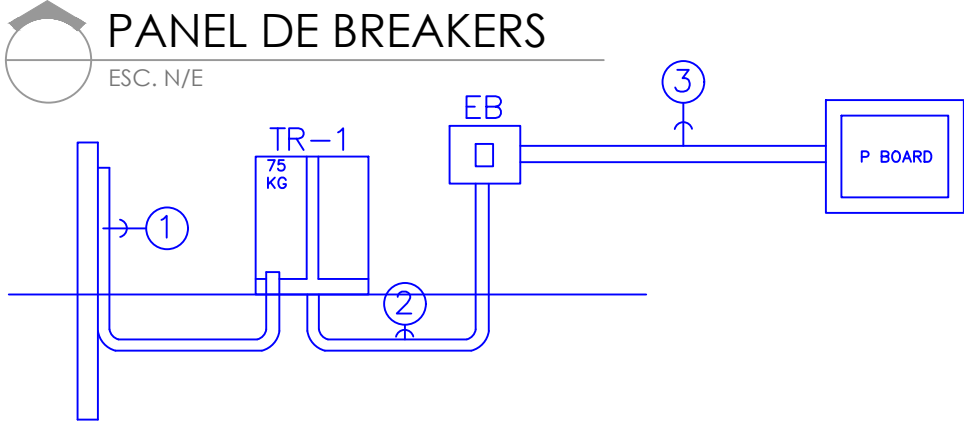

**DIRECCIÓN
DESARROLLO PROVINCIAL**

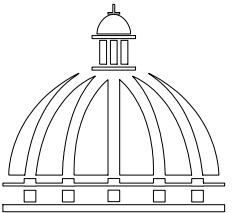

**GOBIERNO DE LA
REPÚBLICA DOMINICANA**

Ave. Dr. Delgado, Esq. Moises Garcia,
Gazcue, Sto. Dgo., R.D.
TEL.: (809)-364-2189 | FAX.: (809)- 688-1665
E-Mail: info@cpadp.gob.do

PROYECTO:
**CONSTRUCCIÓN CAMPO DE
BEISBOL LAS CHARCAS,
MUNICIPIO LAS CHARCAS,
PROVINCIA AZUA**

EQUIPO DE TRABAJO:

DISEÑO ARQUITECTÓNICO
codia 00000

ENC. INGENIERÍA
ING. FIOR DALIZA BONIFACIO
codia 00000

ESTRUCTURAL
ING.
codia 00000

ELÉCTRICO
ING.
codia 00000

HIDRO-SANITARIO
ING.
codia 00000


SELLO DE APROBACIÓN:

FECHA: _____

CONTENIDO:
DIAGRAMA UNIFILAR

ESCALA:
N/A

NO. PÁGINA:
008

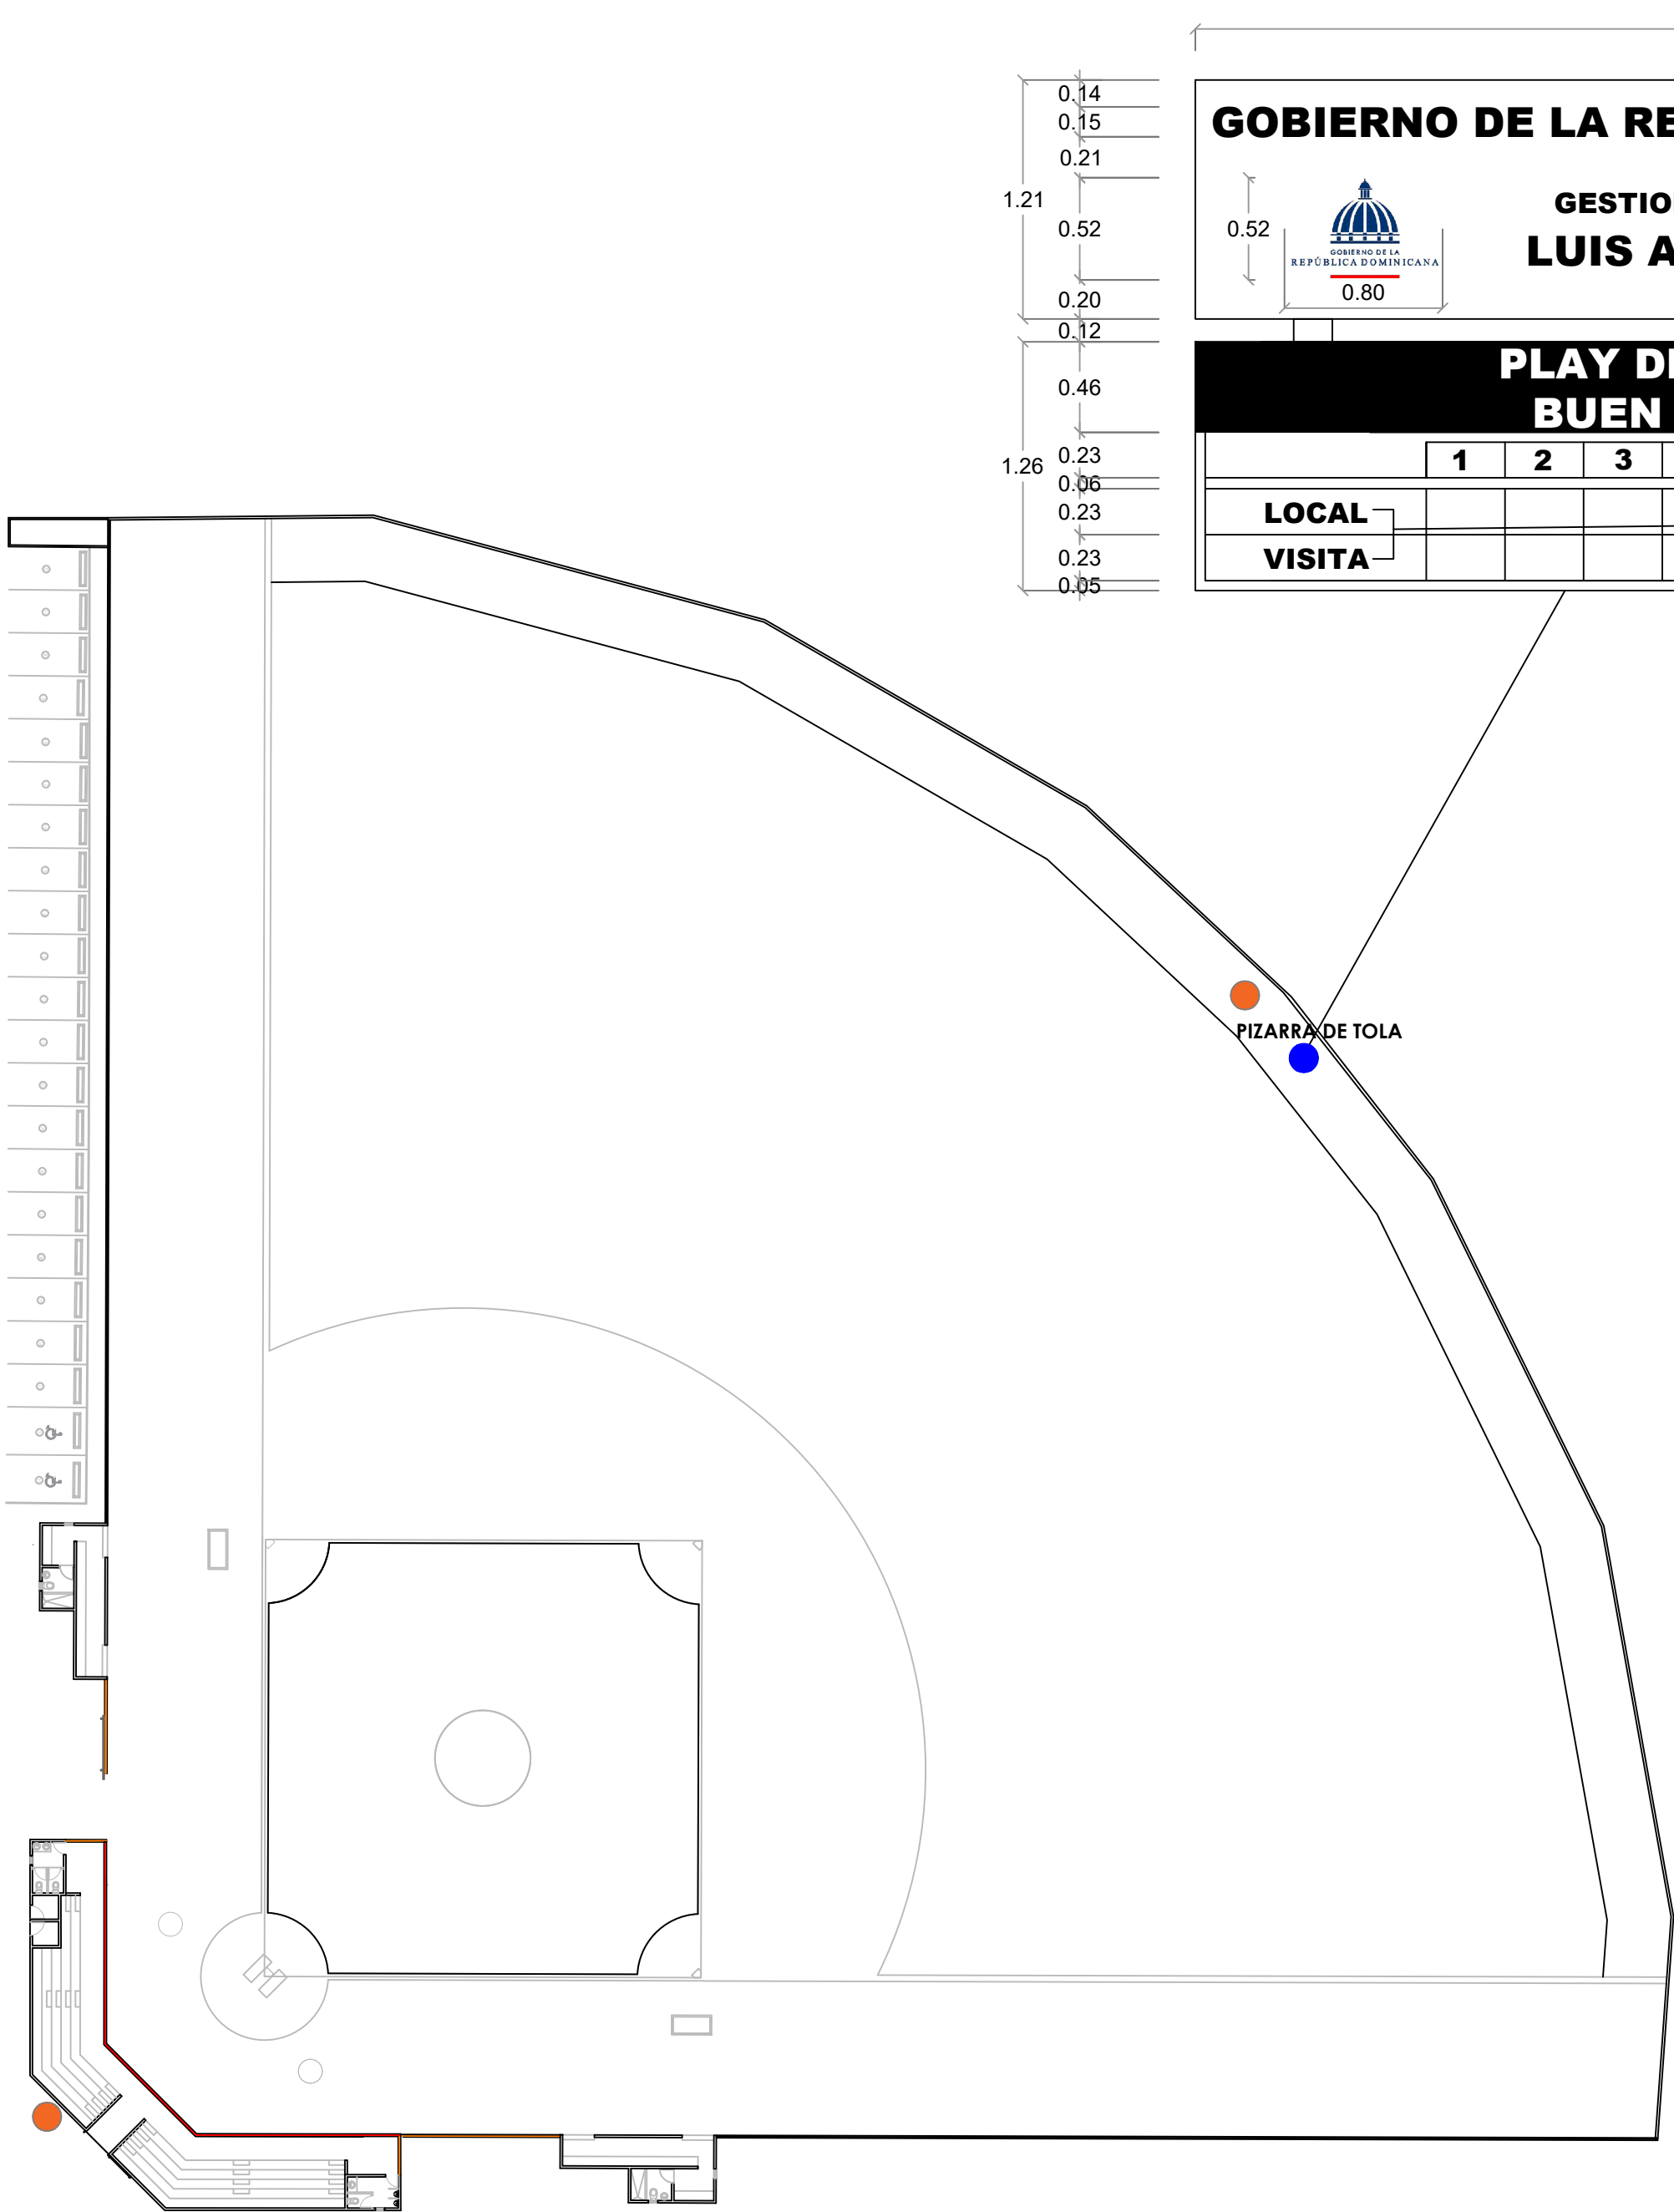

LEYENDA ZONIFICACION DE LOGOS		
SIMBOLO	DESCRIPCION	CANTIDAD
●	LOGOS	2

NOTA: CADA LOGO TENDRA DE DIAMETRO 1.20 M
ESTA CENTRALIZADO RESPECTO AL ESPACIO
DONDE SE UBICA, ESTO ES DE ACUERDO AL
ANCHO Y AL ALTO DEL AREA

DIRECCIÓN
DESARROLLO PROVINCIAL



Ave. Dr. Delgado, Esq. Moises Garcia,
Gazcue, Sto. Dgo., R.D.
TEL.: (809)-364-2189 | FAX.: (809)- 688-1665
E-Mail: info@cpadp.gob.do

PROYECTO:
**CONSTRUCCIÓN CAMPO DE
BEISBOL LAS CHARCAS,
MUNICIPIO LAS CHARCAS,
PROVINCIA AZUA**

EQUIPO DE TRABAJO:

DISEÑO ARQUITECTÓNICO
codia 00000

ENC. INGENIERÍA
ING. FIOR DALIZA BONIFACIO
codia 00000

ESTRUCTURAL
ING. Leopoldo Berroa Cordero
codia

ELÉCTRICO
ING. JUAN PÉREZ
codia 00000

HIDRO-SANITARIO
ING. FRANCIS ESTEVEZ
codia 00000


SELLO DE APROBACIÓN:

FECHA:


CONTENIDO:
DETALLE UBICACION
LOGOS Y PIZARRA

ESCALA:
1:400


NO. PÁGINA:
009

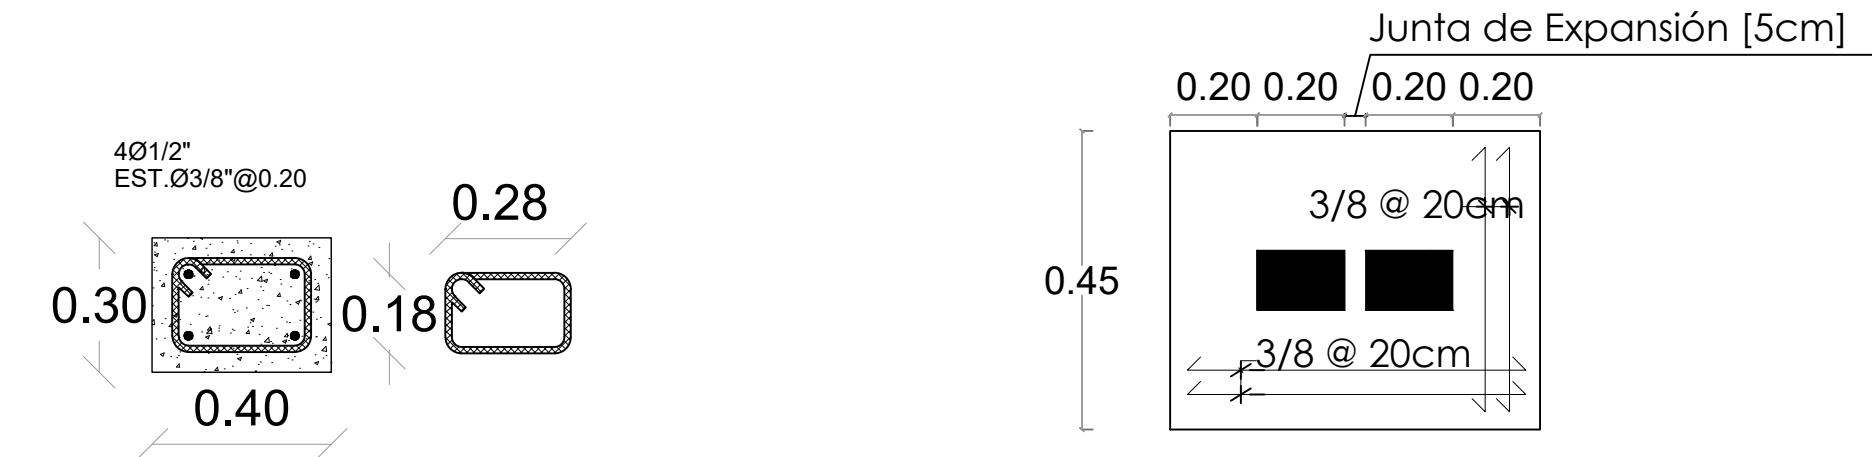


SECCION COLUMNA CA
Columna de amarre @ 3m
Esc. 1:50

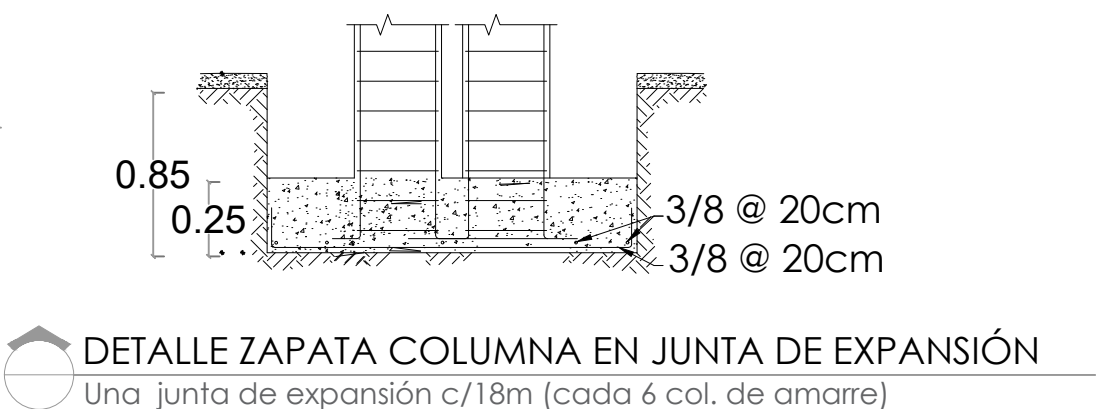


DETALLE ZAPATA COLUMNA EN JUNTA DE EXPANSIÓN
Una junta de expansión c/18m (cada 6 col. de amarre)

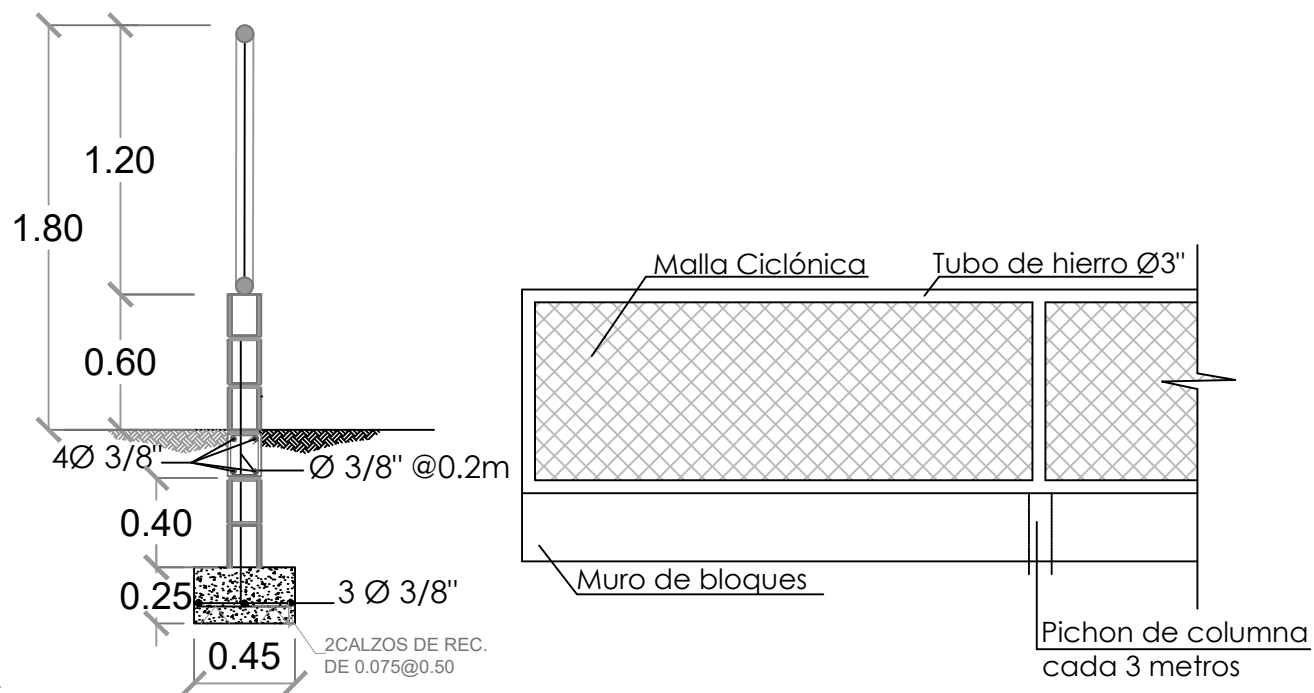


MURO DE BLOQUES Y MALLA CICLÓNICA
H=1.80 M L= 159.36 M

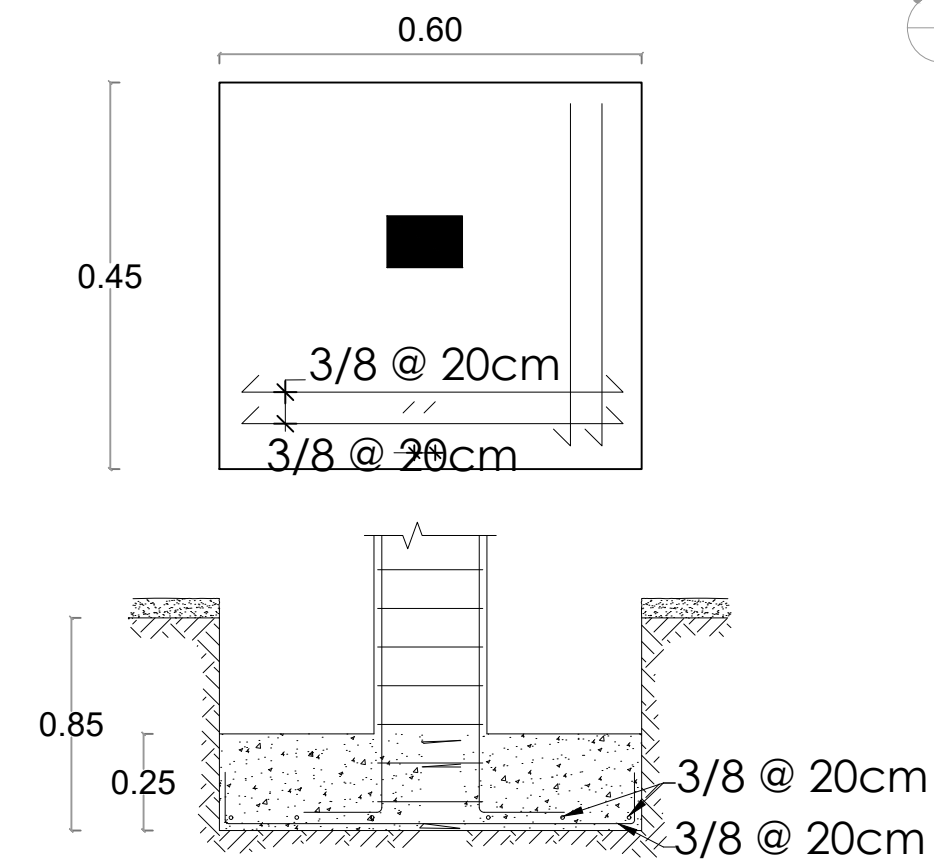


DETALLE ZAPATA COLUMNA CA

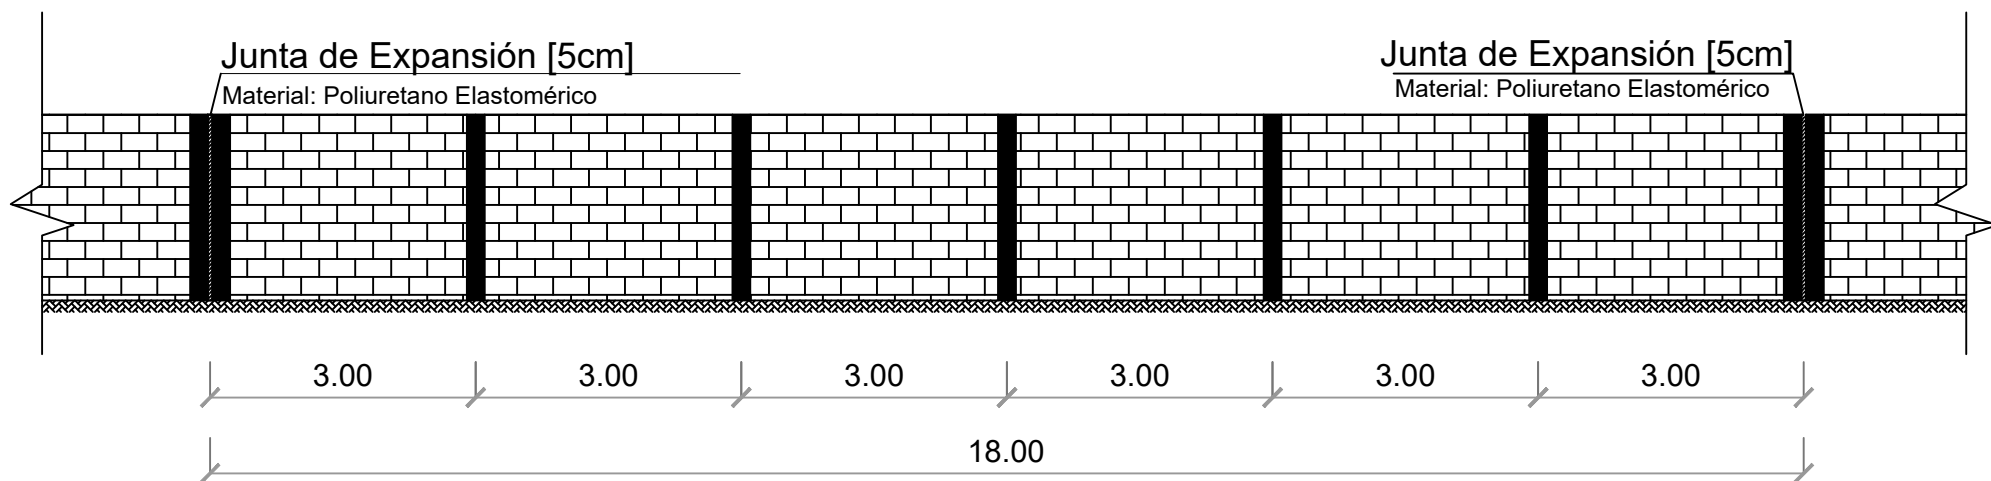


ELEVACIÓN VERJA DE BLOQUES C/ JUNTA DE EXPANSIÓN
Una junta de expansión c/18m (cada 6 col. de amarre)

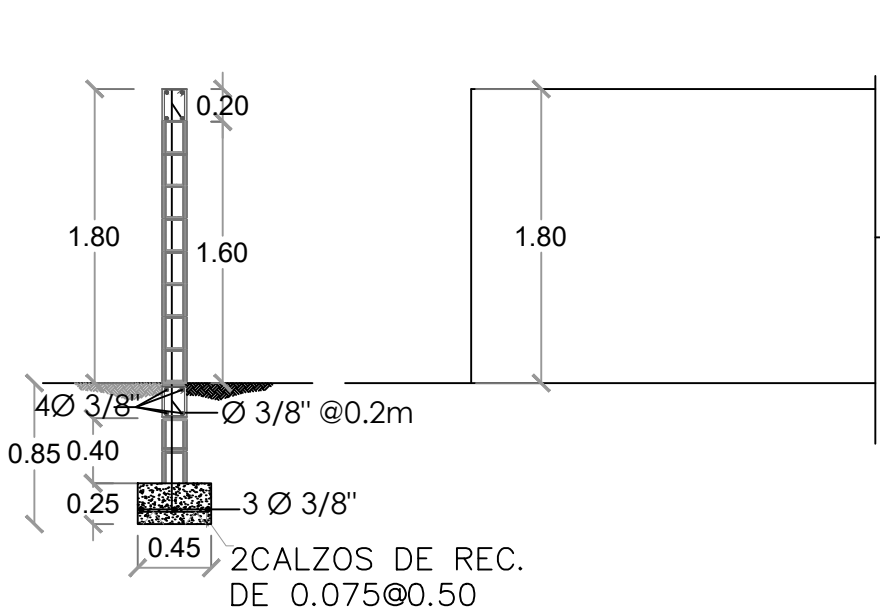

MURO DE BLOQUES H=1.80 M L= 191.27 M

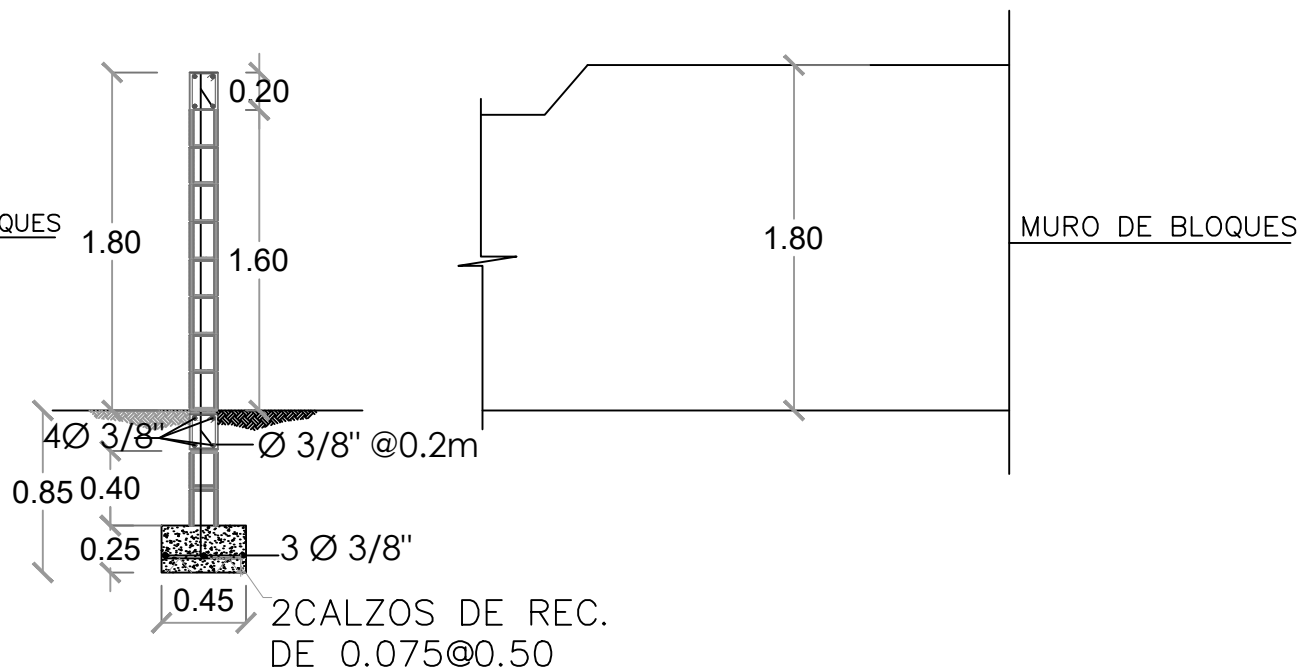

MURO DE BLOQUES - CENTER FIELD H=1.80 M L= 15.00 M

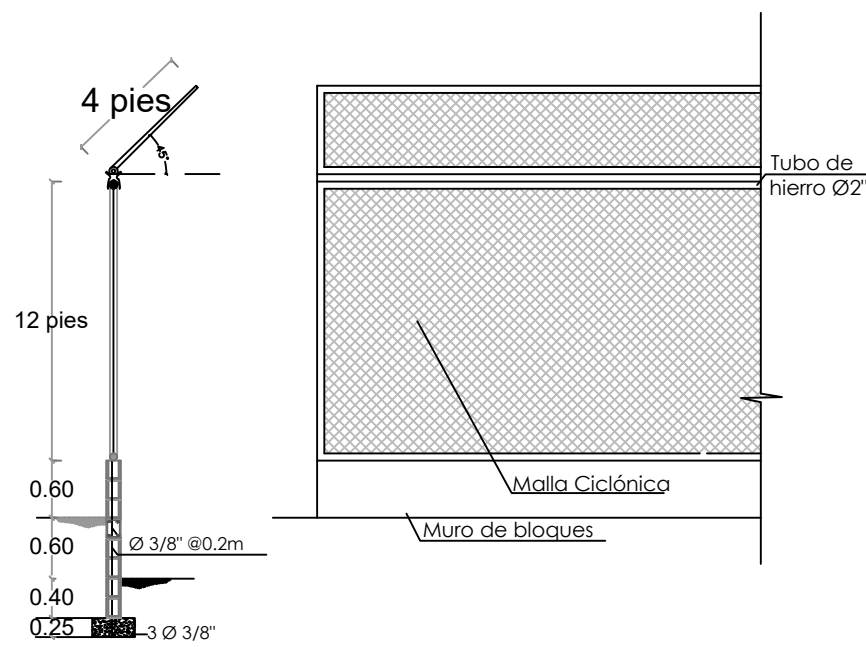

BACKSTOP H=5.40M L= 30.00 M

DIRECCIÓN
DESARROLLO PROVINCIAL



Ave. Dr. Delgado, Esq. Moises Garcia,
Gazcue, Sto. Dgo., R.D.
TEL.: (809)-364-2189 | FAX.: (809)- 688-1665
E-Mail: info@cpadp.gob.do

PROYECTO:

CONSTRUCCIÓN CAMPO DE
BEISBOL LAS CHARCAS,
MUNICIPIO LAS CHARCAS,
PROVINCIA AZUA

EQUIPO DE TRABAJO:

DISEÑO ARQUITECTONICO
ARQ.

codia 00000

ENC. INGENIERIA

codia 00000

ESTRUCTURAL

ING.

codia 00000

ELECTRICO

ING.

codia 00000

HIDRO-SANITARIO

ING.

codia 00000

SELLO DE APROBACION

FECHA

CONTENIDO:

DETALLES DE VERJA



ESCALA:

1:800

ESCALA:

NO. PAGINA:

010

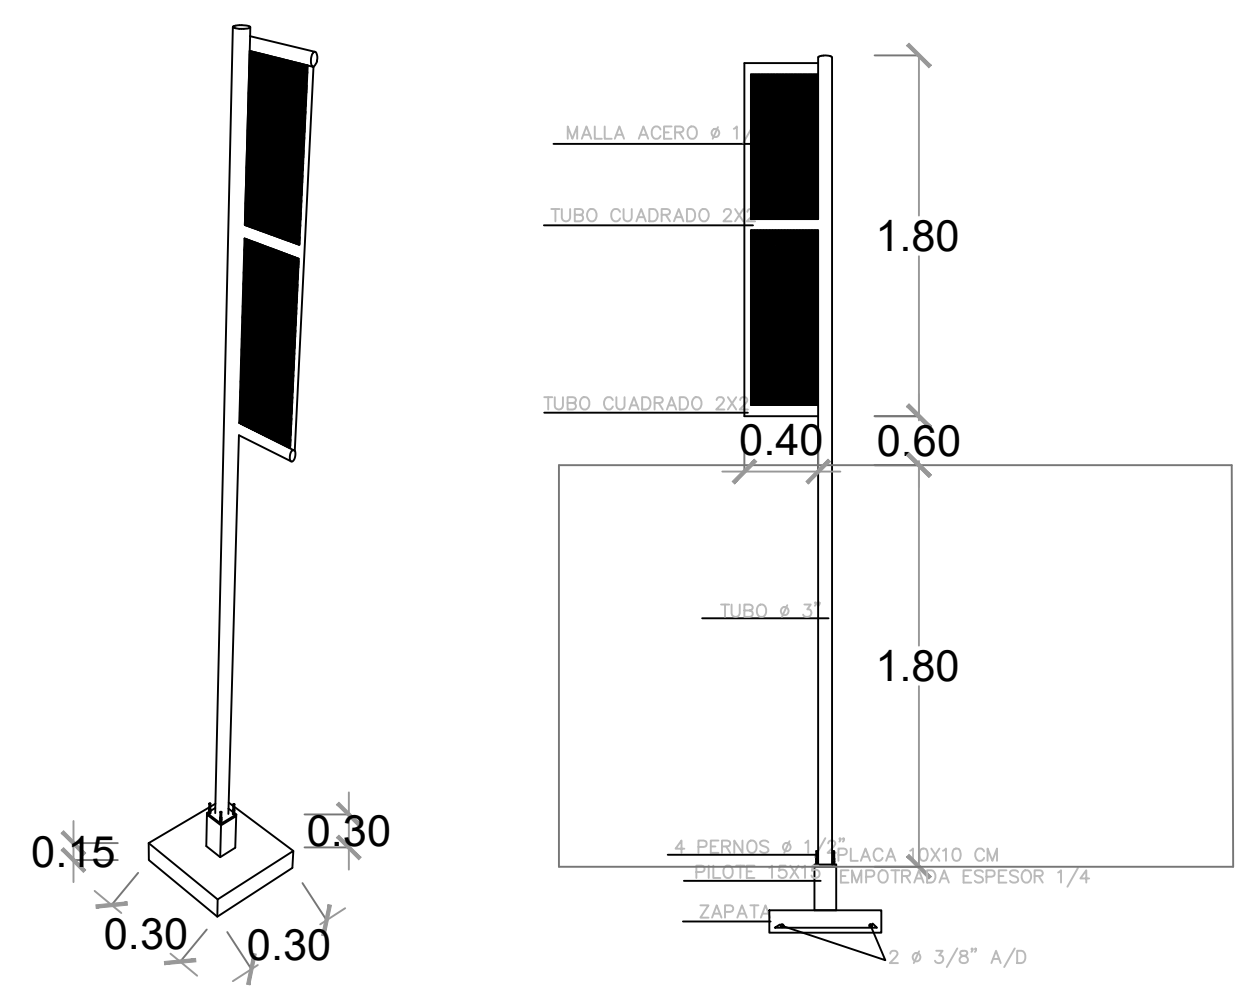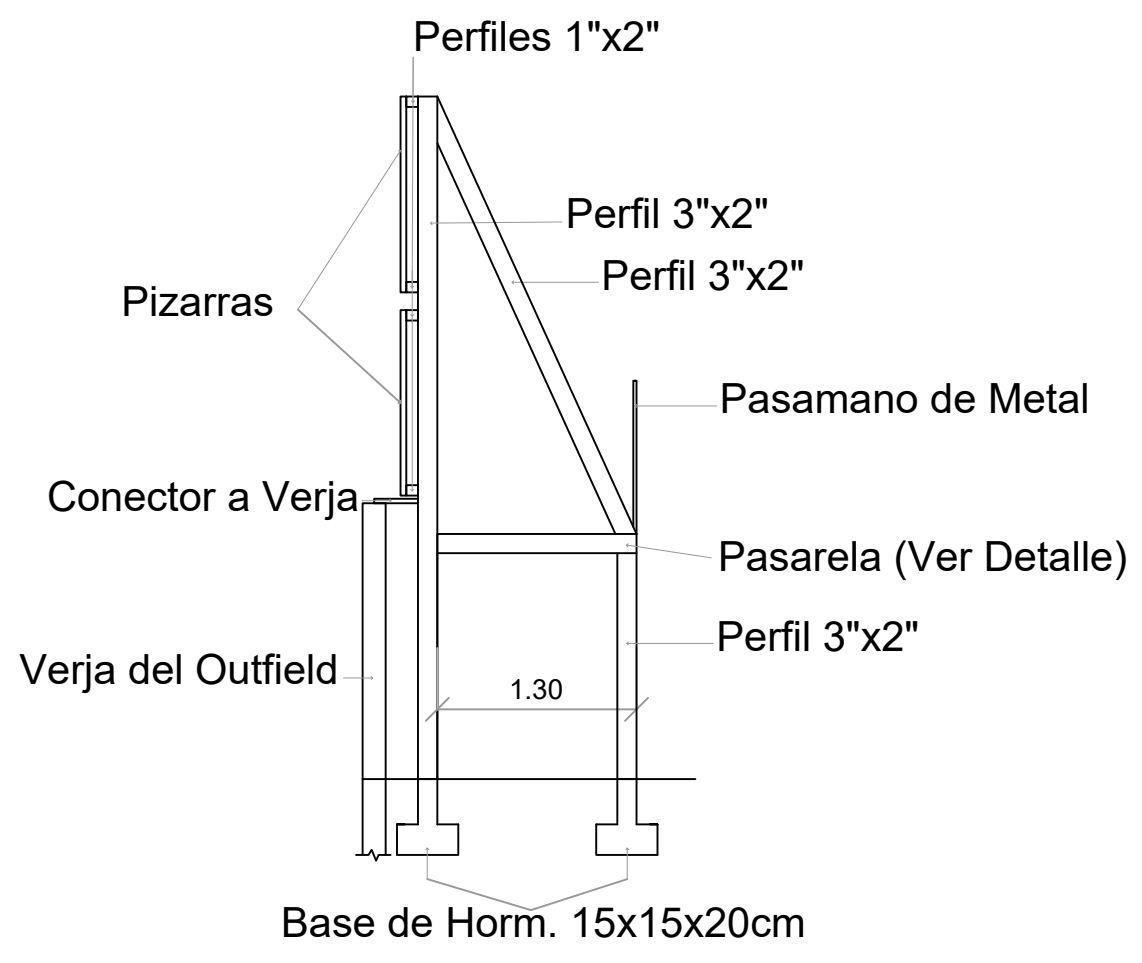

DETALLES POSTE DE FOUL

ESC. 1:100

DETALLES DE PIZARRA EN TOLA

ESC. 1:100

DIRECCIÓN
DESARROLLO PROVINCIAL



Ave. Dr. Delgado, Esq. Moises Garcia,
Gazcue, Sto. Dgo., R.D.
TEL.: (809)-364-2189 | FAX.: (809)- 688-1665
E-Mail: info@cpadp.gob.do

PROYECTO:
**CONSTRUCCIÓN CAMPO DE
BEISBOL LAS CHARCAS,
MUNICIPIO LAS CHARCAS,
PROVINCIA AZUA**

EQUIPO DE TRABAJO:	
DISEÑO ARQUITECTONICO ARQ.	
	codia 00000
ENC. INGENIERIA ING. FIOR DALIZA BONIFACIO	
	codia 00000
ESTRUCTURAL ING.	
	codia 00000
ELECTRICO ING.	
	codia 00000
HIDRO-SANITARIO ING.	
	codia 00000

SELLO DE APROBACION

FECHA

CONTENIDO:
**DETALLES DE PIZARRA Y
POSTE DE FOUL**

ESCALA:
1:100

ESCALA:

NO. PAGINA:
011



Ave. Dr. Delgado, Esq. Moises Garcia,
Gazcue, Sto. Dgo., R.D.
TEL.: (809)-364-2189 | FAX.: (809)- 688-1665
E-Mail: info@cpadp.gob.do

PROYECTO:
**CONSTRUCCIÓN CAMPO DE
BEISBOL LAS CHARCAS,
MUNICIPIO LAS CHARCAS,
PROVINCIA AZUA**

EQUIPO DE TRABAJO:

DISEÑO ARQUITECTONICO

codia 00000

ENC. INGENIERIA
ING. FIOR DALIZA BONIFACIO

codia 00000

ESTRUCTURAL

ING.

codia 00000

ELECTRICO

ING.

codia 00000

HIDRO-SANITARIO

ING.

codia 00000

SELLO DE APROBACION


FECHA

CONTENIDO:

ESCALA:
1:50

NO. PAGINA:

012

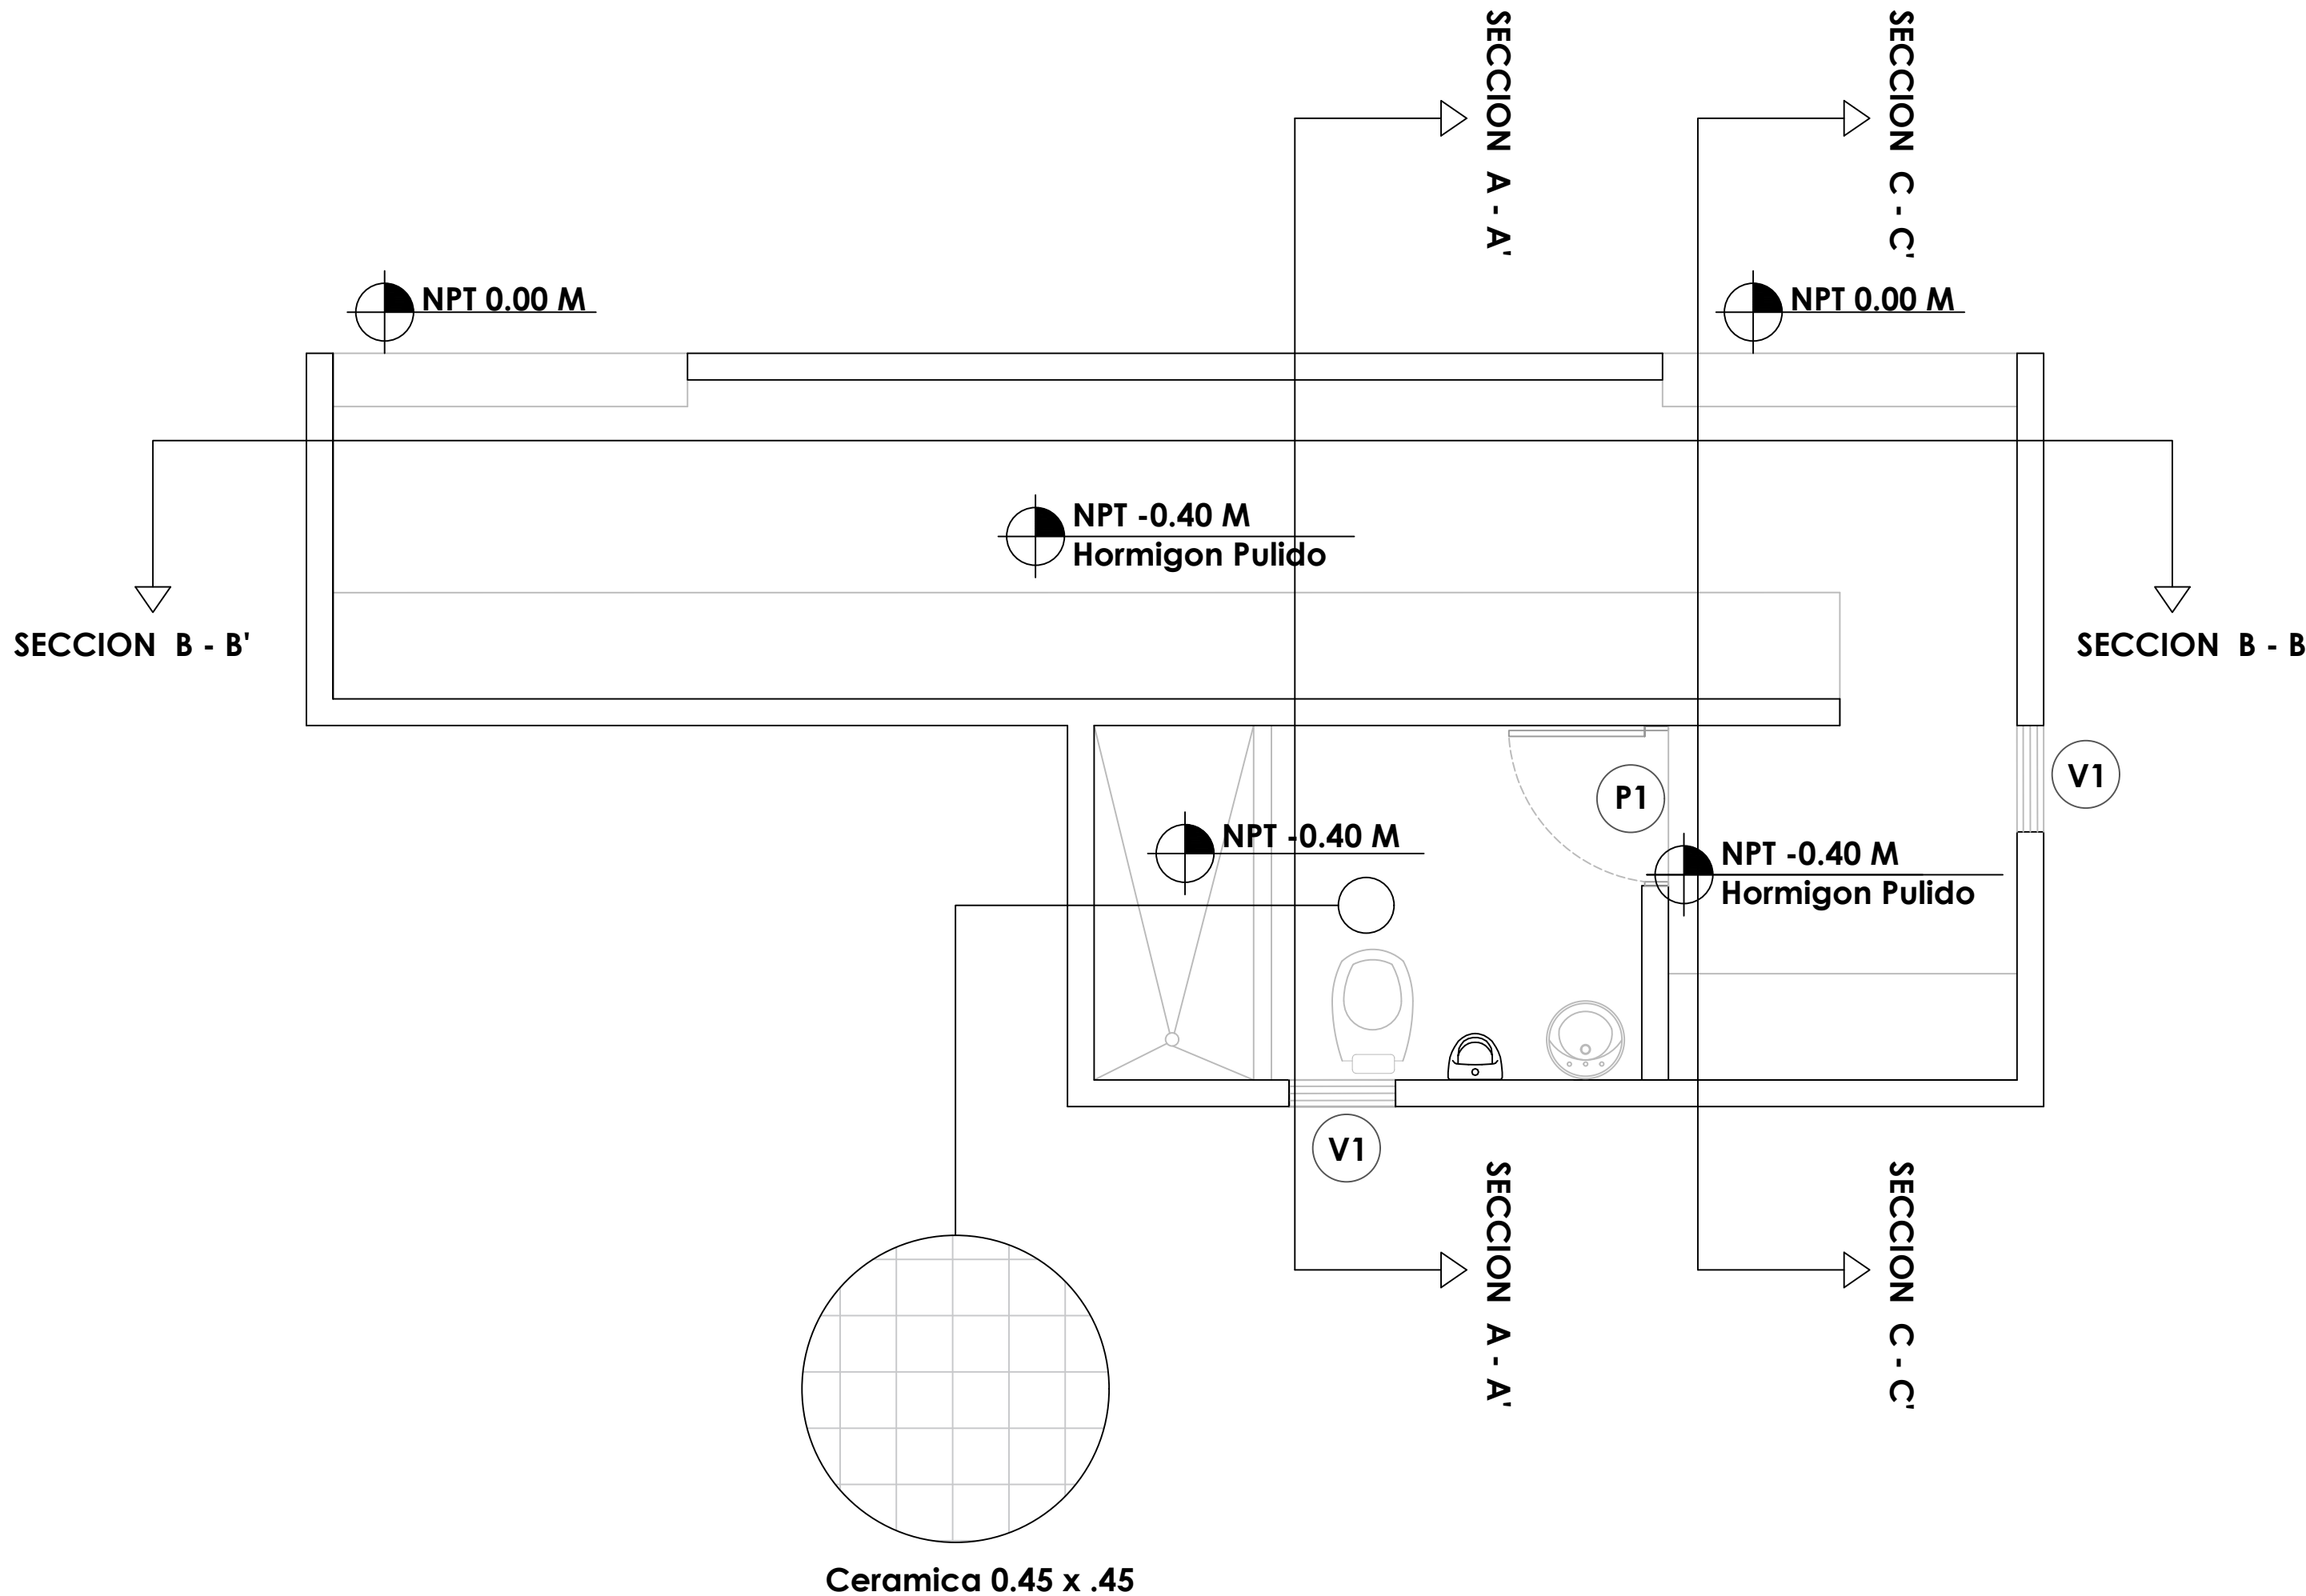

LEYENDA ZONIFICACION DE LOGOS

SIMBOLO	DESCRIPCION	CANTIDAD
V1	VENTANA DE CELOSIA METALICA Dim= 0.60 m X 0.60 m	2
P1	PUERTA POLIMETALICA EVERDOOR Dim= 0.90 m X 2.10 m	1



PLANTA ARQUITECTONICA - DUGOUT

ESC. 1:50

PROYECTO:

**CONSTRUCCIÓN CAMPO DE
BEISBOL LAS CHARCAS,
MUNICIPIO LAS CHARCAS,
PROVINCIA AZUA**

EQUIPO DE TRABAJO:

DISEÑO ARQUITECTONICO

codia 00000

ENC. INGENIERIA
ING. FIOR DALIZA BONIFACIO

codia 00000

ESTRUCTURAL

ING.

codia 00000

ELECTRICO

ING.

codia 00000

HIDRO-SANITARIO

ING.

codig 00000

SELO DE APROBACION

FECHA


CONTENIDO:

ESCALA:

1:50






NO. PAGINA:

013

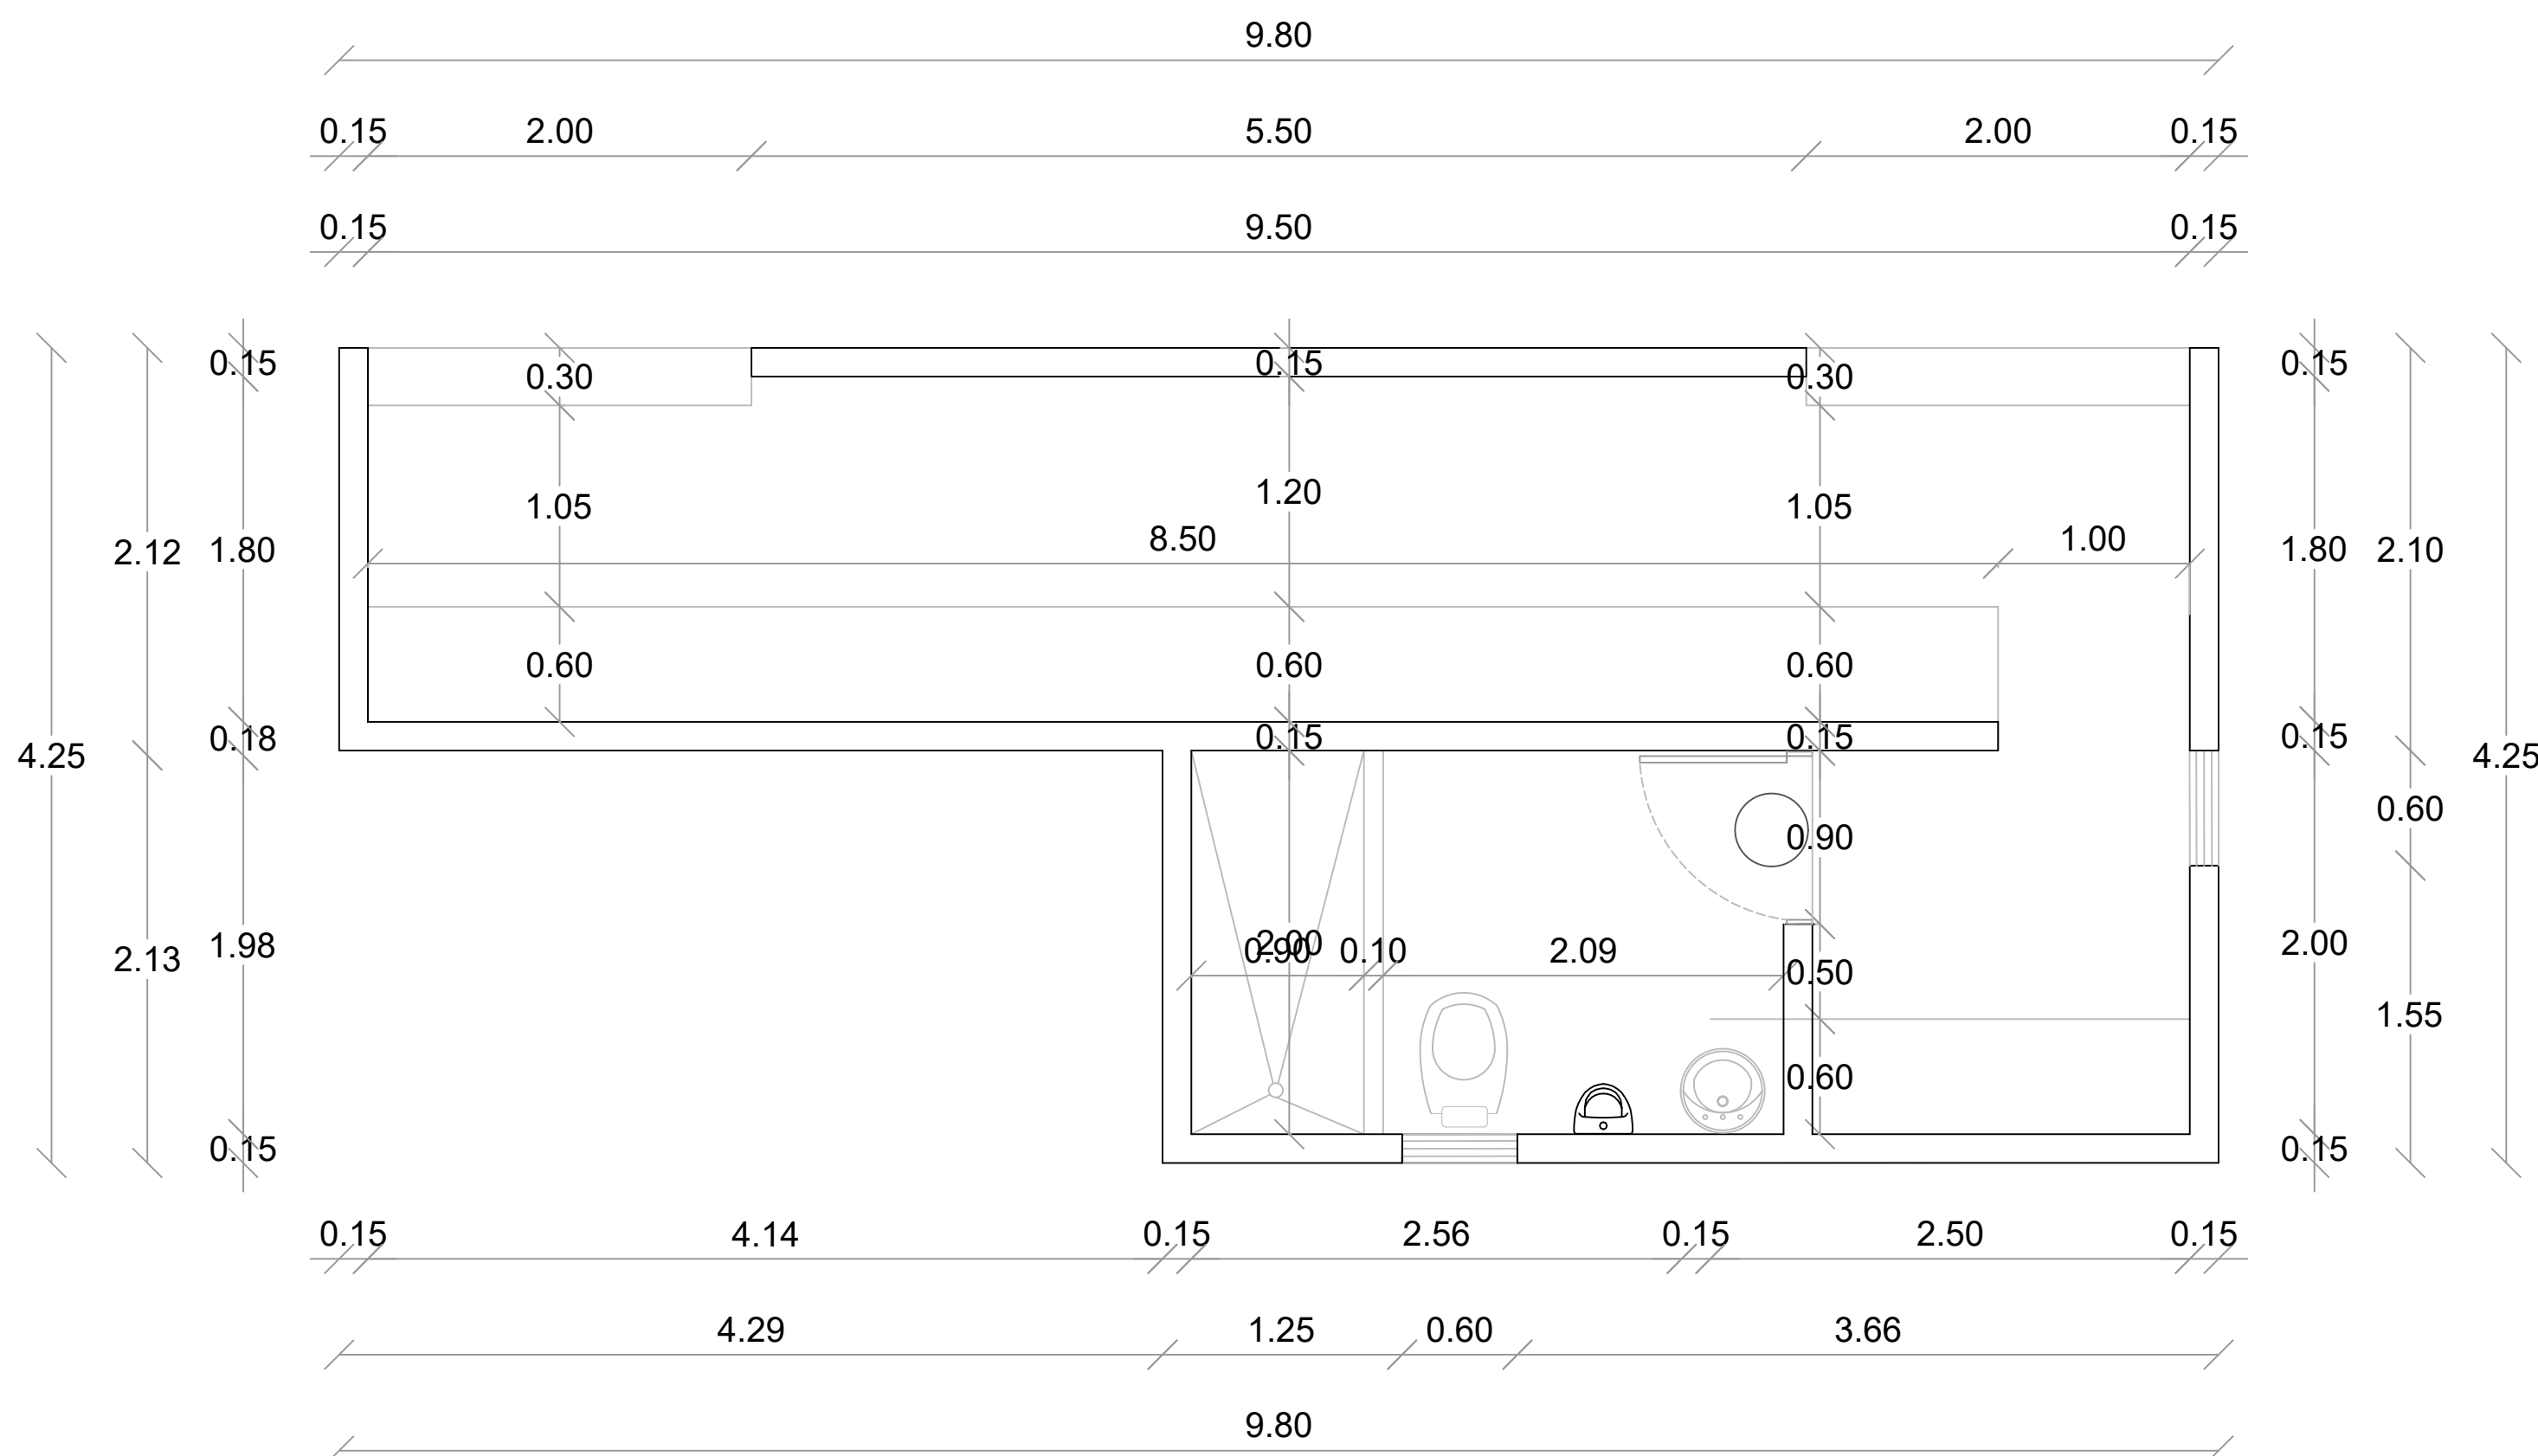

PLANTA ARQ. DIMENSIONADA - DUGOUT

ESC. 1:50

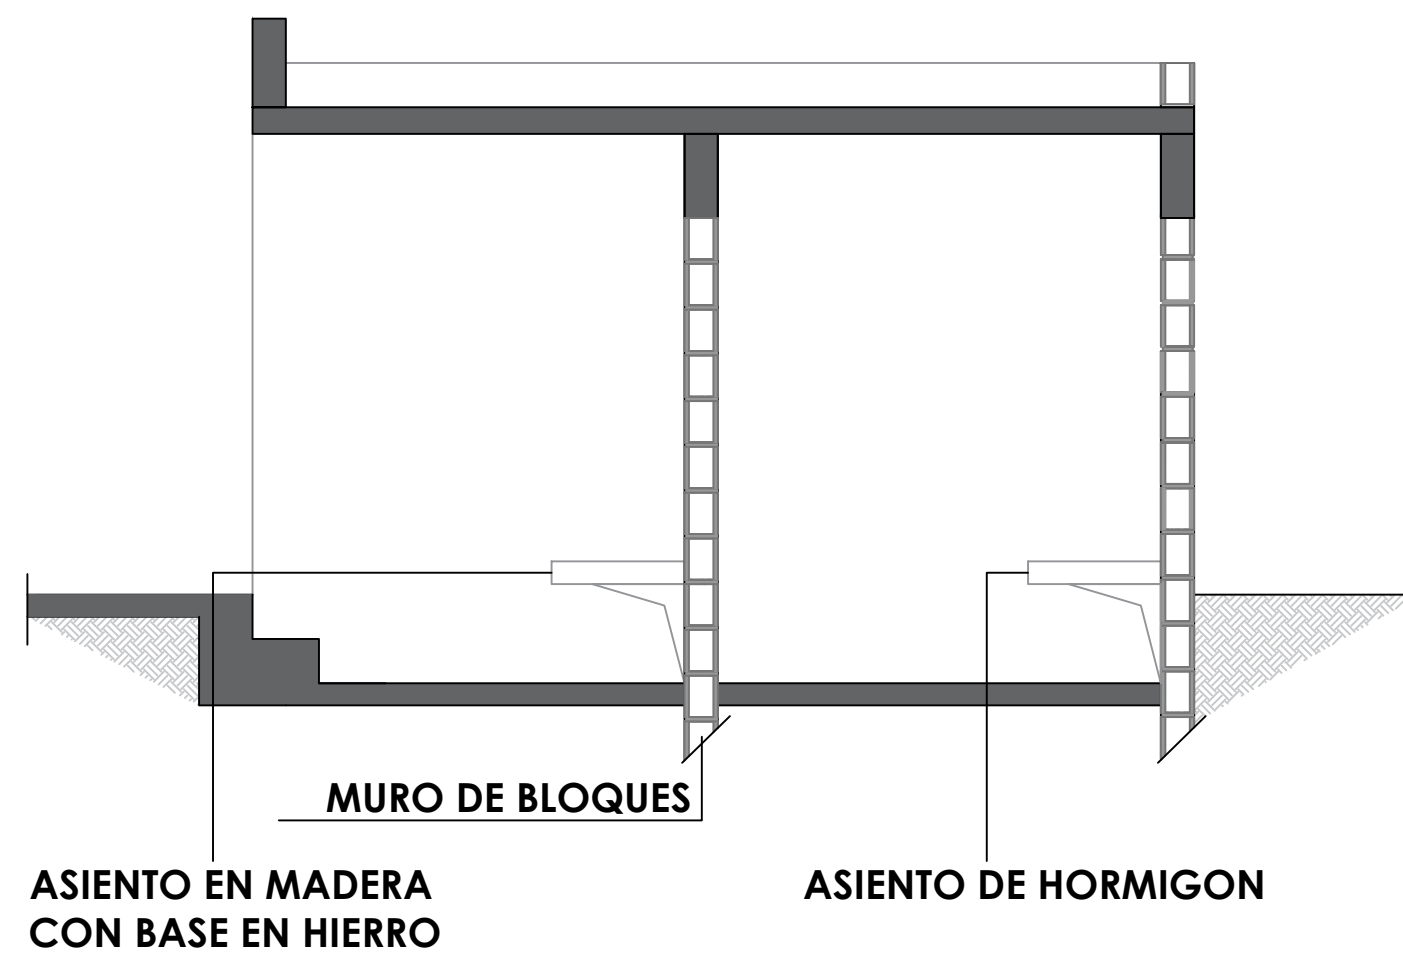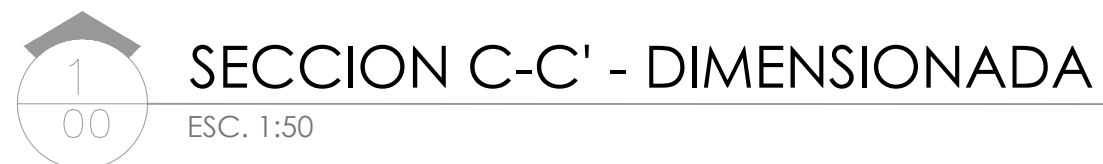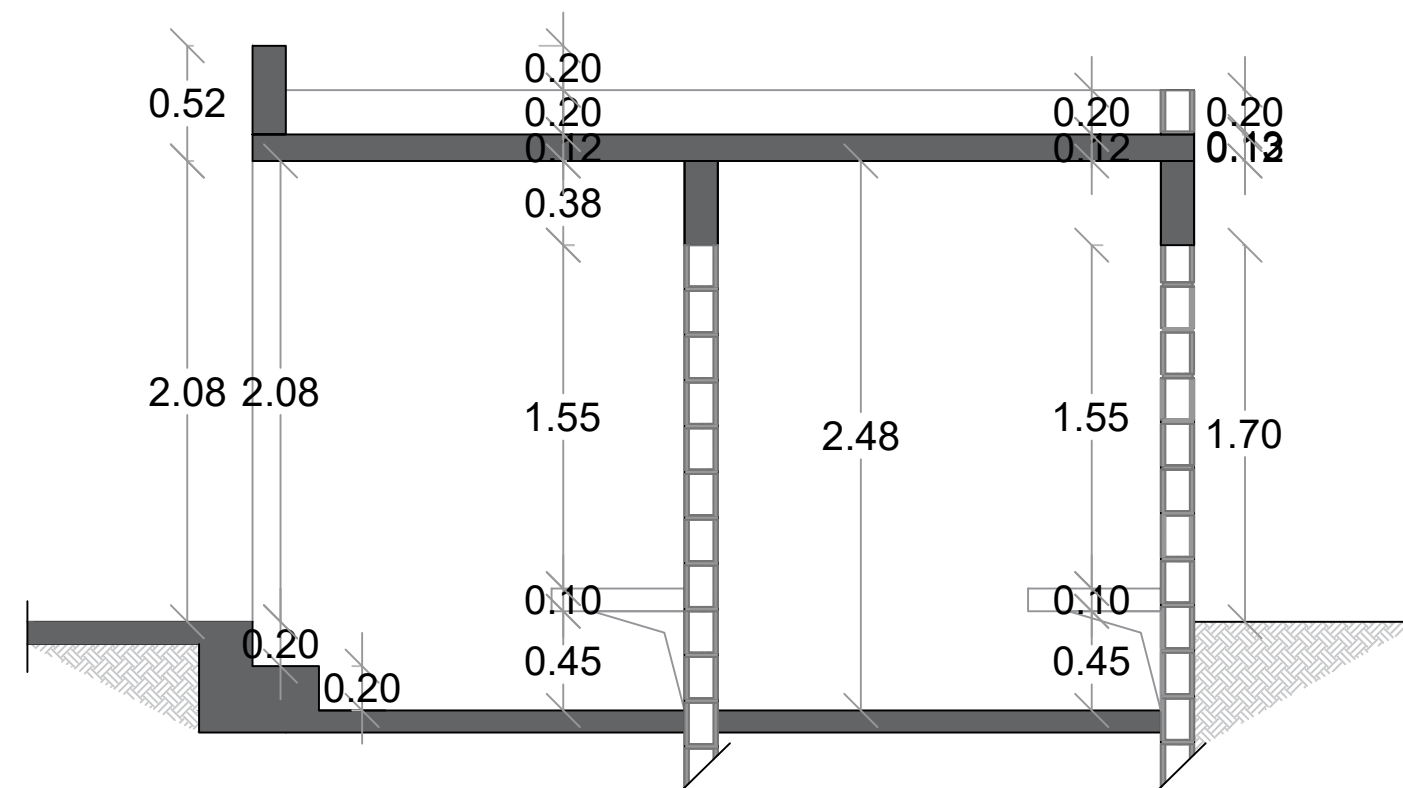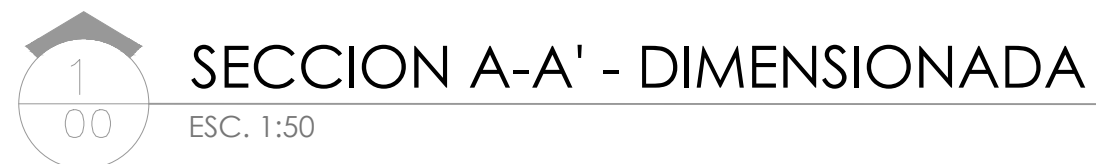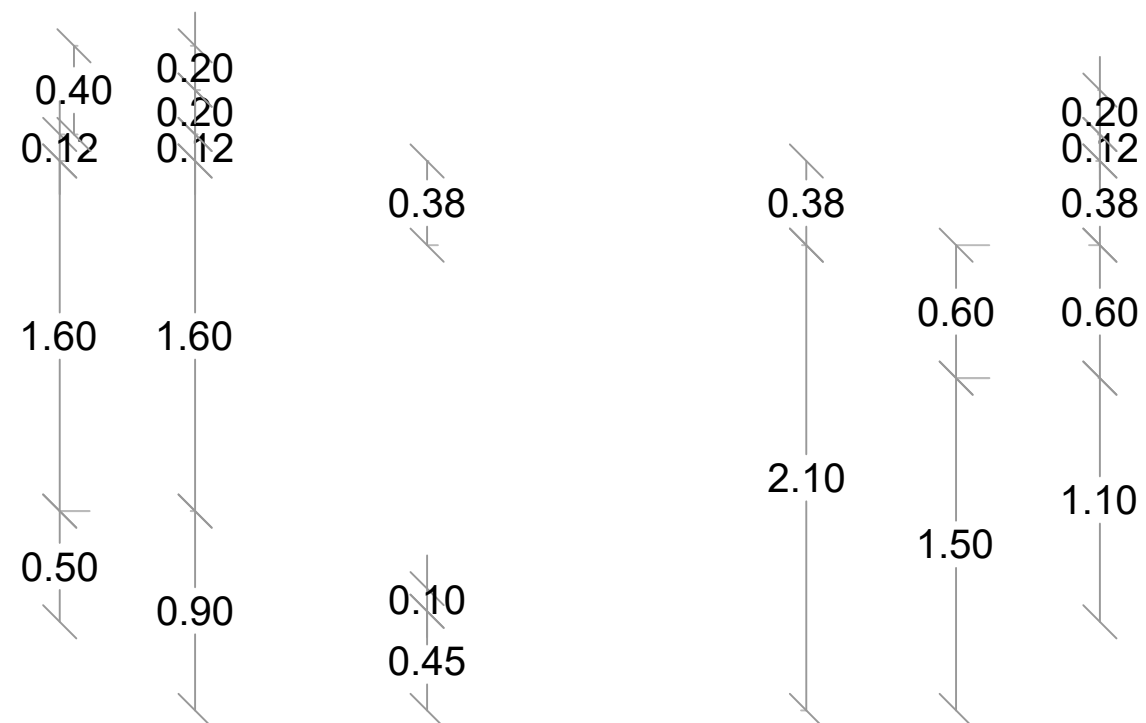

Ave. Dr. Delgado, Esq. Moises Garcia,
Gazcue, Sto. Dgo., R.D.
TEL.: (809)-364-2189 | FAX.: (809)- 688-1665
E-Mail: info@cpadp.gob.do

PROYECTO:

**CONSTRUCCIÓN CAMPO DE
BEISBOL LAS CHARCAS,
MUNICIPIO LAS CHARCAS,
PROVINCIA AZUA**

EQUIPO DE TRABAJO:

DISEÑO ARQUITECTONICO

codia 00000

ENC. INGENIERIA
ING. FIOR DALIZA BONIFACIO

codia 00000

ESTRUCTURAL

ING.

codia 00000

ELECTRICO

ING.

codia 00000

HIDRO-SANITARIO

ING.

codia 00000

SELO DE APROBACION

FECHA


CONTENIDO:

ESCALA:

1:50


NO. PAGINA:

014

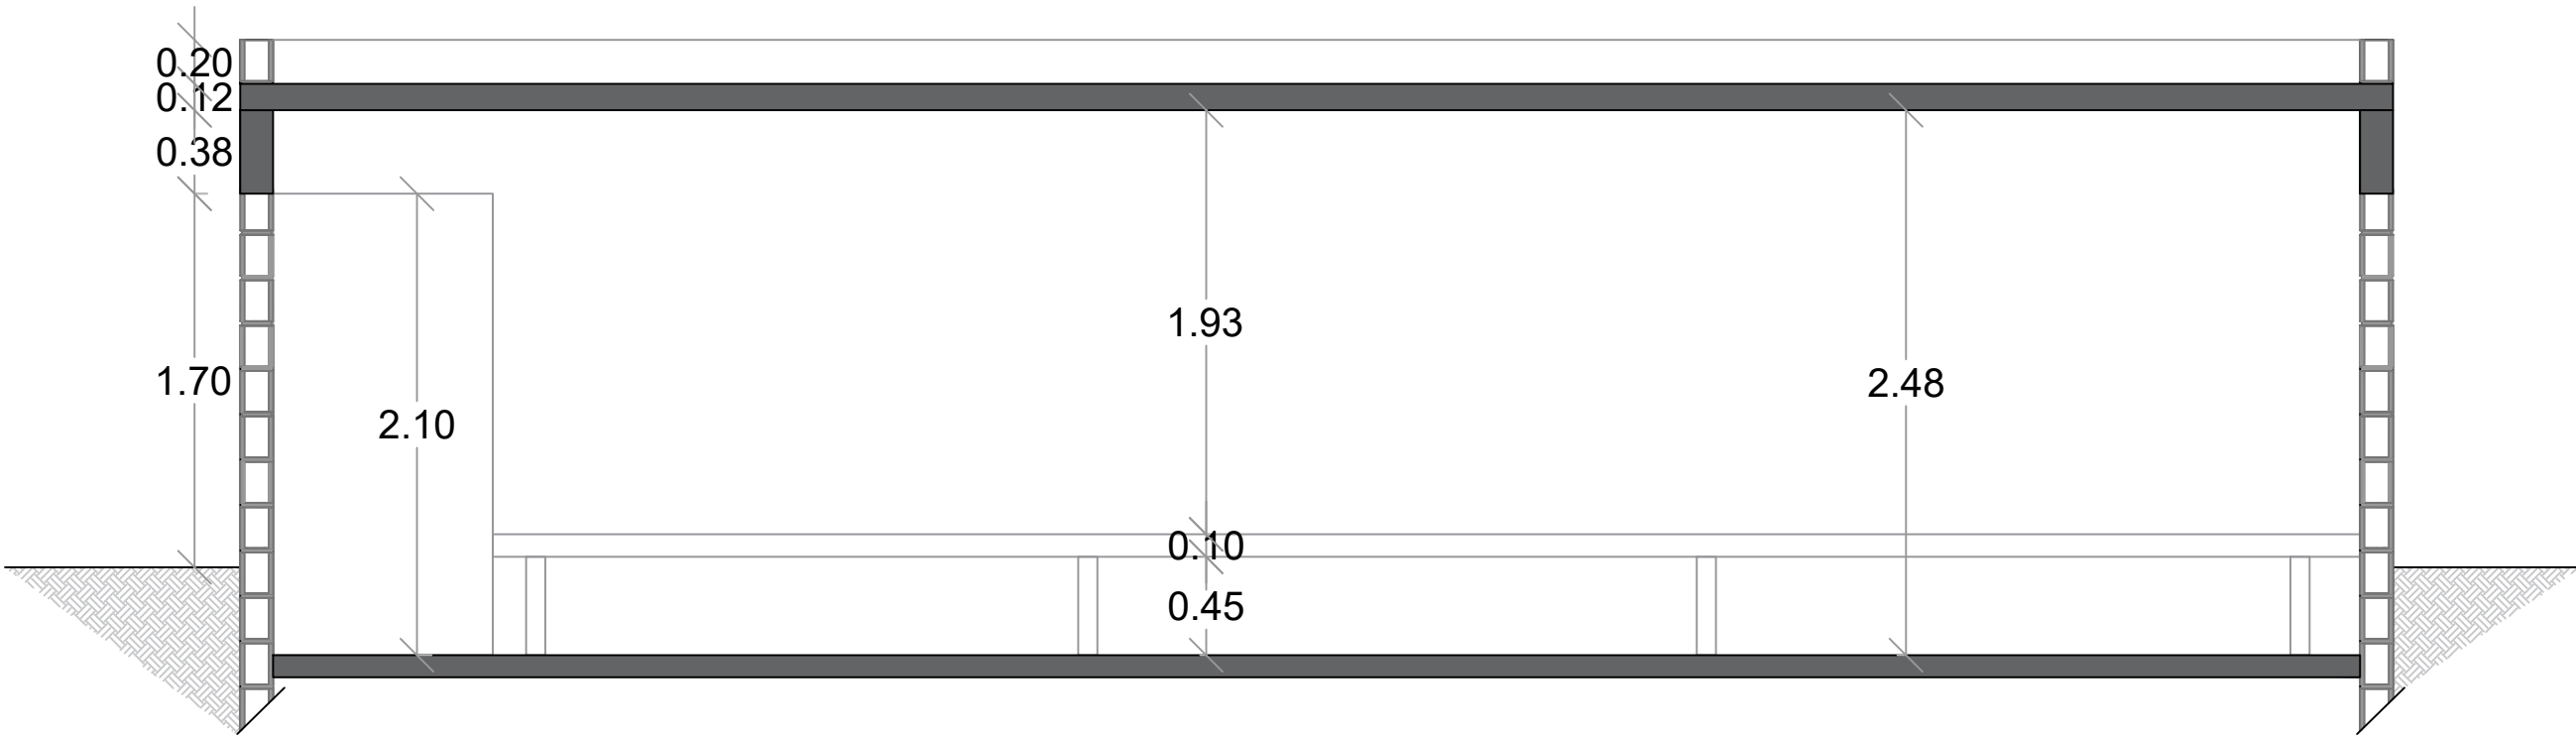

SECCION B-B' - DIMENSIONADA

ESC. 1:50

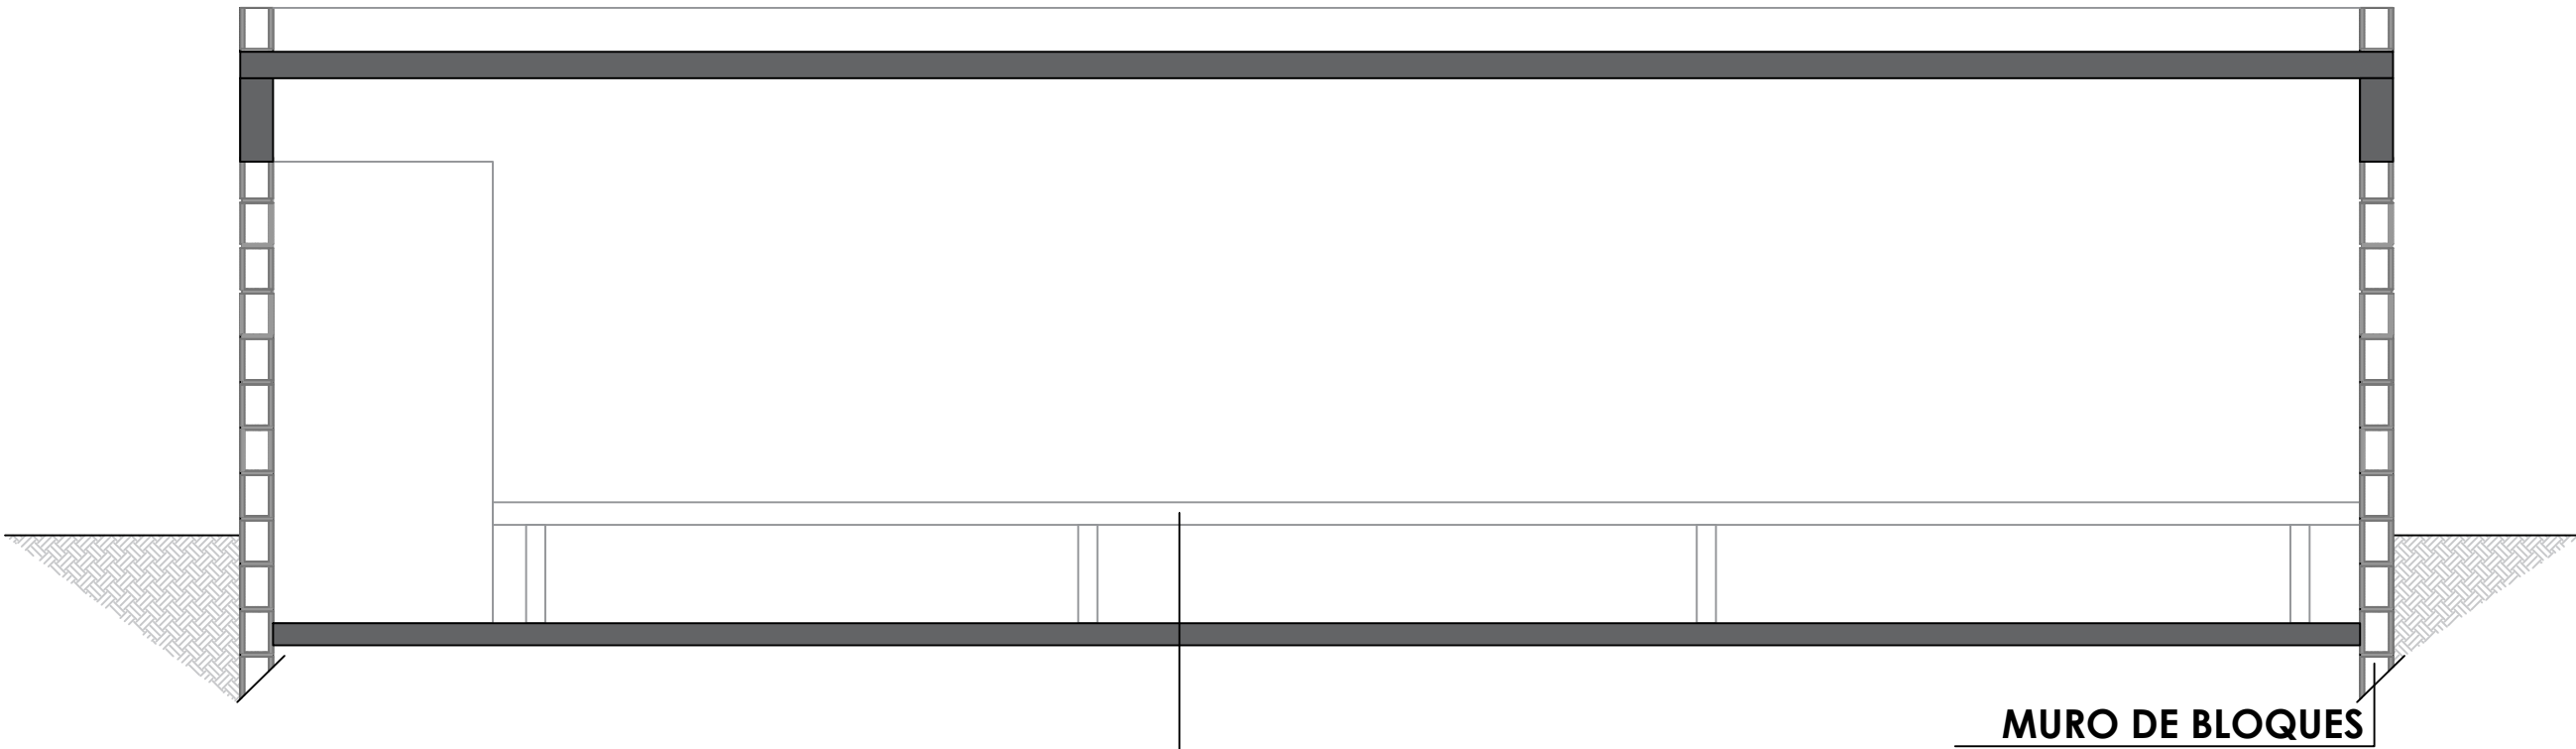

ASIENTO EN MADERA
CON BASE EN HIERRO

MURO DE BLOQUES



SECCION B-B' - DETALLE

ESC. 1:50

DIRECCIÓN
DESARROLLO PROVINCIAL



Ave. Dr. Delgado, Esq. Moises Garcia,
Gazcue, Sto. Dgo., R.D.
TEL.: (809)-364-2189 | FAX.: (809)- 688-1665
E-Mail: info@cpadp.gob.do

PROYECTO:

CONSTRUCCIÓN CAMPO DE
BEISBOL LAS CHARCAS,
MUNICIPIO LAS CHARCAS,
PROVINCIA AZUA

EQUIPO DE TRABAJO:

DISEÑO ARQUITECTONICO

codia 00000

ENC. INGENIERIA
ING. FIOR DALIZA BONIFACIO

codia 00000

ESTRUCTURAL

ING.

codia 00000

ELECTRICO

ING.

codia 00000

HIDRO-SANITARIO

ING.

codia 00000

SELLO DE APROBACION

FECHA



CONTENIDO:

ESCALA:

1:50


NO. PAGINA:

015

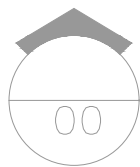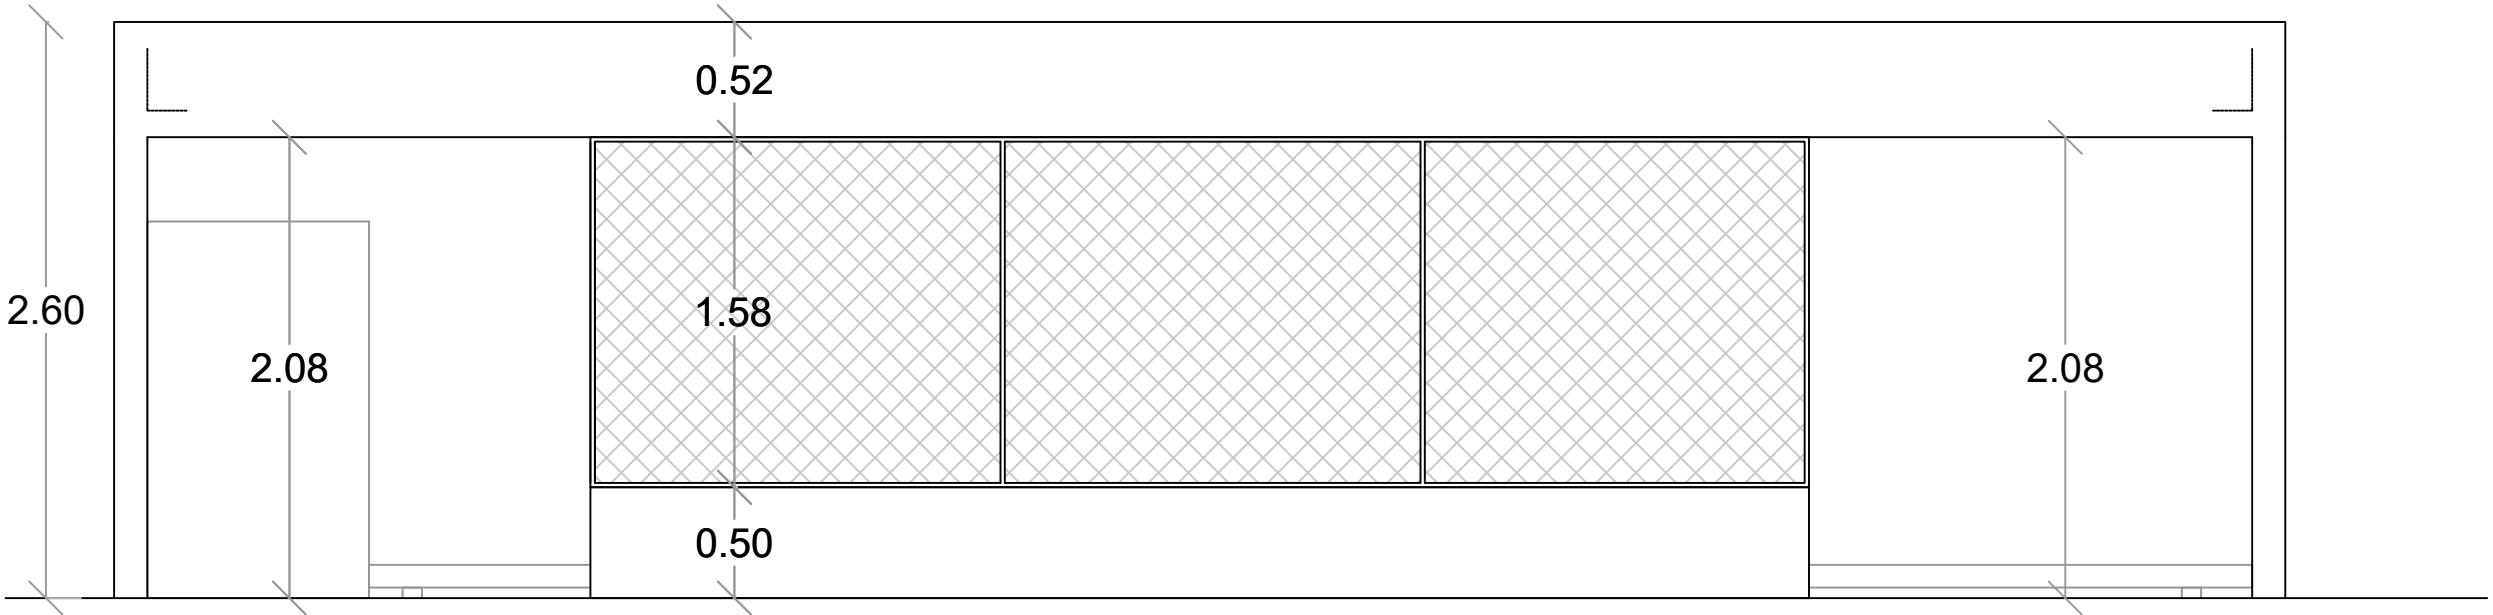

ELEVACION FRONTAL - DIMENSIONADA

ESC. 1:50

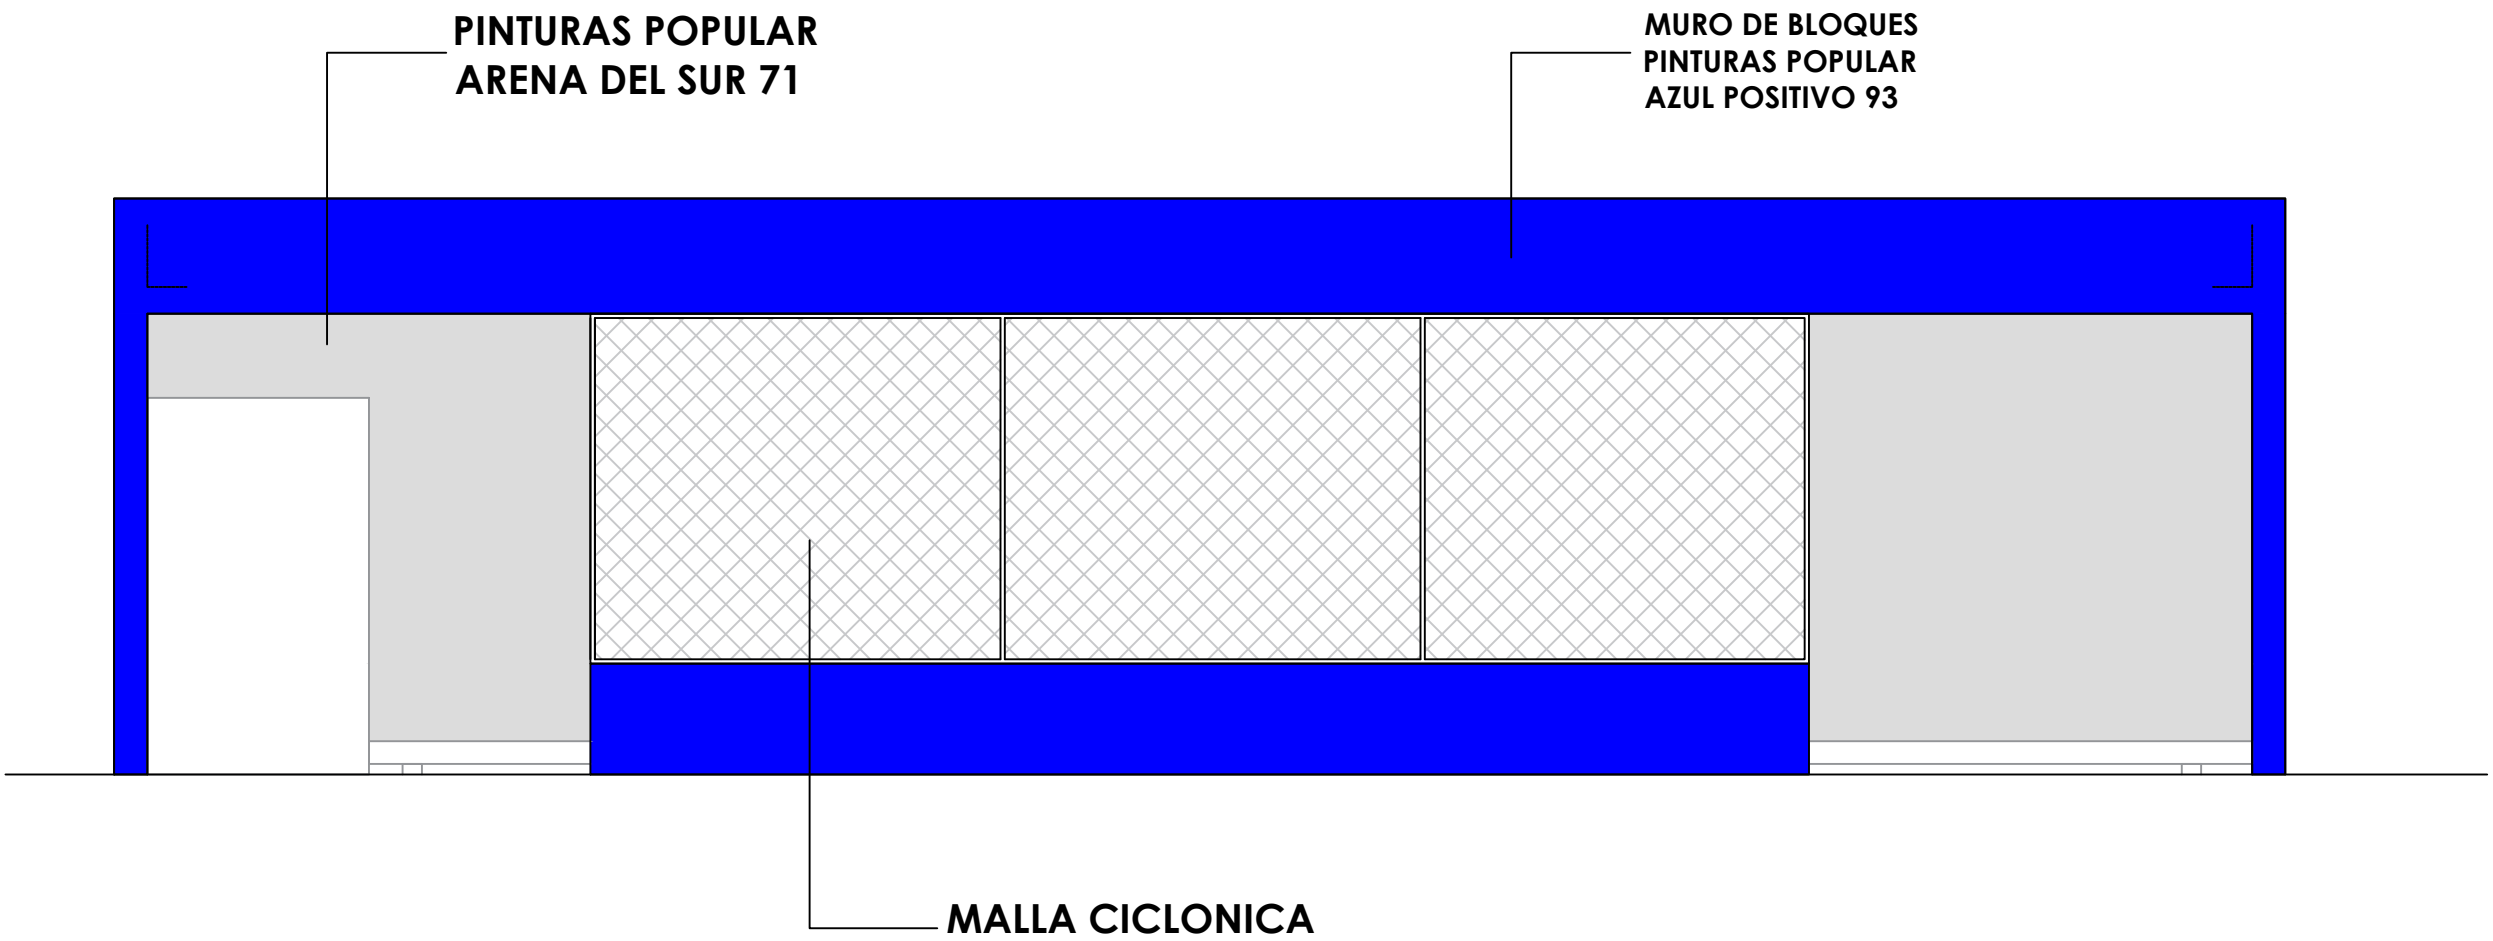

ELEVACION FRONTAL - DETALLE

ESC. 1:50

DIRECCIÓN
DESARROLLO PROVINCIAL



Ave. Dr. Delgado, Esq. Moises Garcia,
Gazcue, Sto. Dgo., R.D.
TEL.: (809)-364-2189 | FAX.: (809)- 688-1665
E-Mail: info@cpadp.gob.do

PROYECTO:

CONSTRUCCIÓN CAMPO DE
BEISBOL LAS CHARCAS,
MUNICIPIO LAS CHARCAS,
PROVINCIA AZUA

EQUIPO DE TRABAJO:

DISEÑO ARQUITECTONICO

codia 00000

ENC. INGENIERIA
ING. FIOR DALIZA BONIFACIO

codia 00000

ESTRUCTURAL

ING.

codia 00000

ELECTRICO

ING.

codia 00000

HIDRO-SANITARIO

ING.

codia 00000

SELLO DE APROBACION

FECHA



CONTENIDO:

ESCALA:

1:50



NO. PAGINA:

016

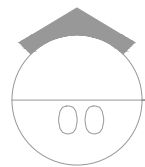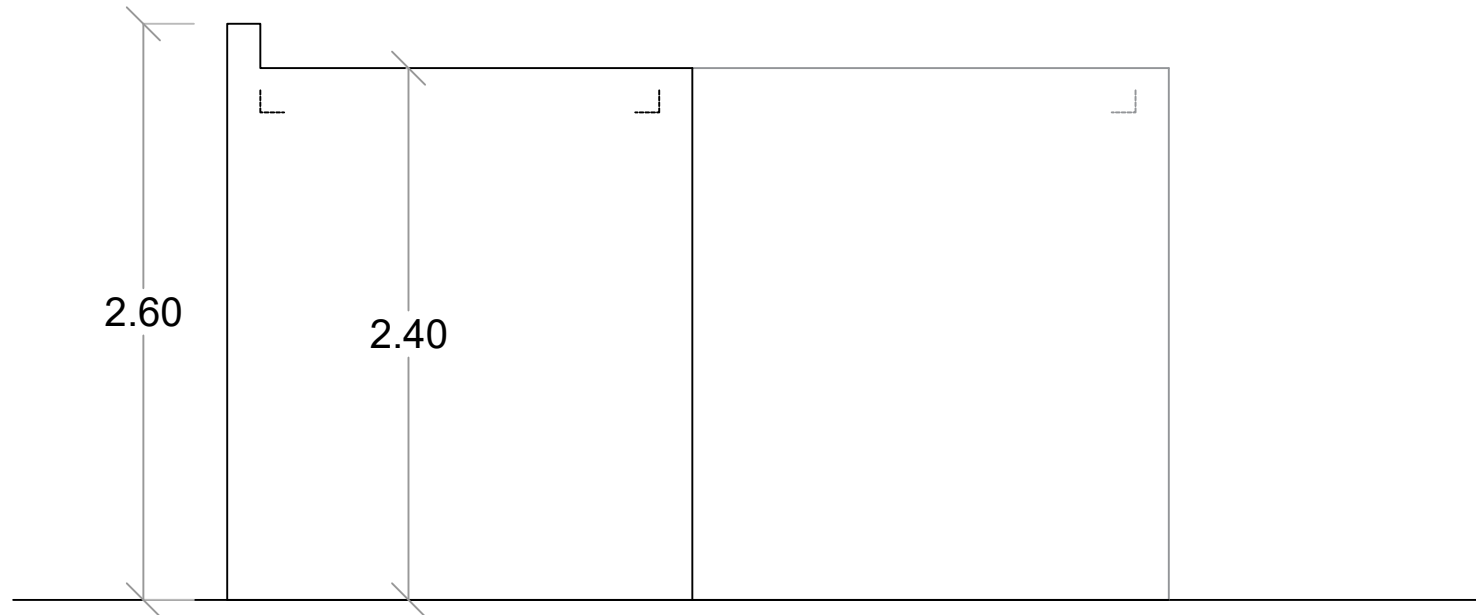


ELEVACION LAT. DERECHO - DIMENSIONADA

ESC. 1:50

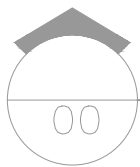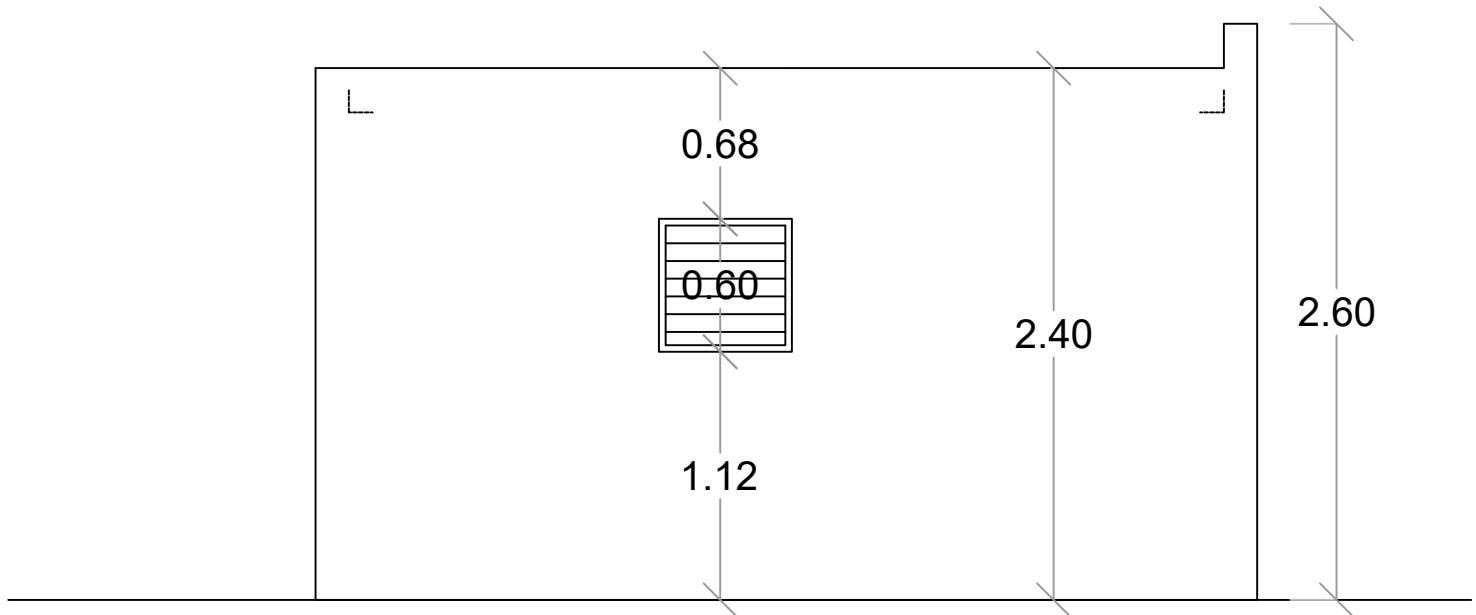


ELEVACION LAT. IZQUIERDO - DIMENSIONADA

ESC. 1:50

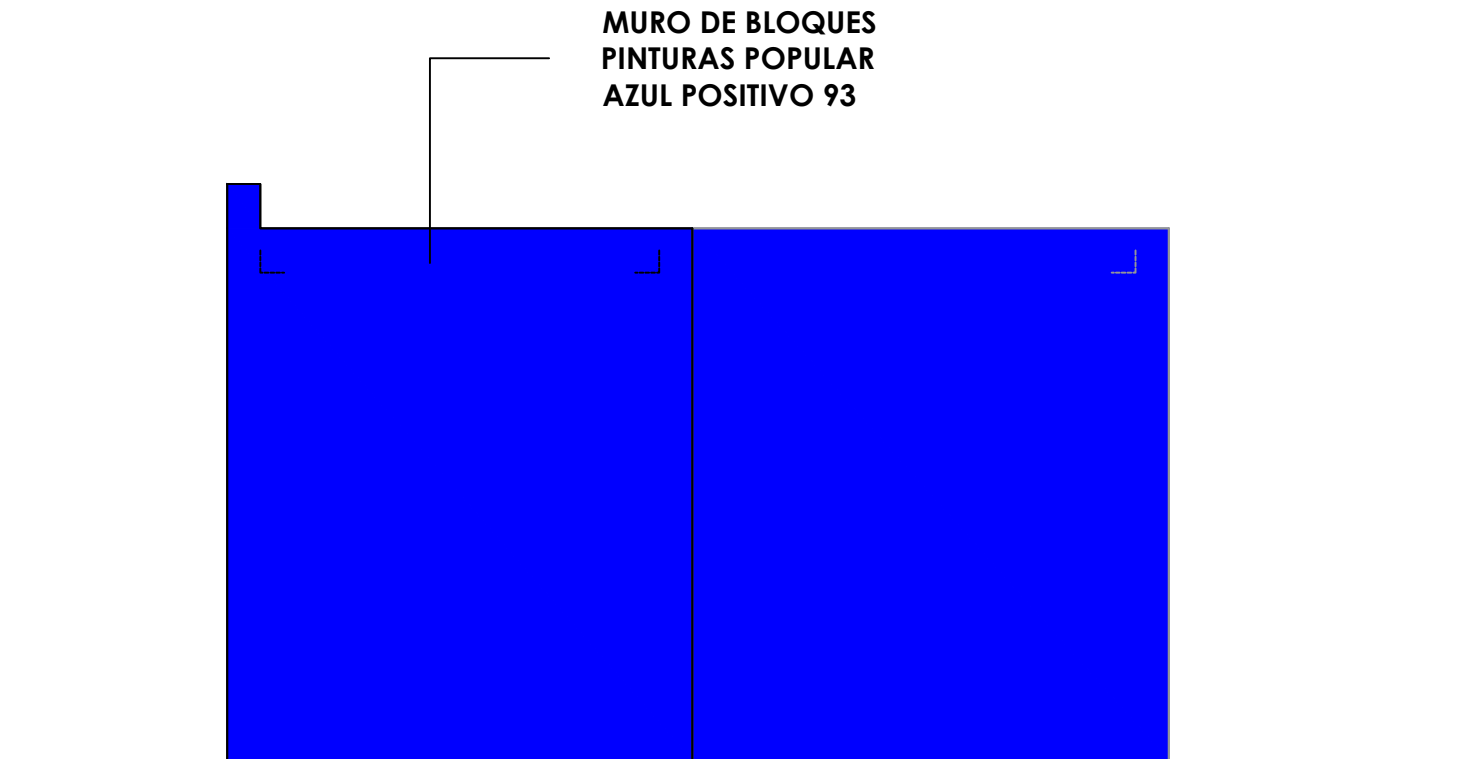

ELEVACION LAT. DERECHO - DETALLE

ESC. 1:50

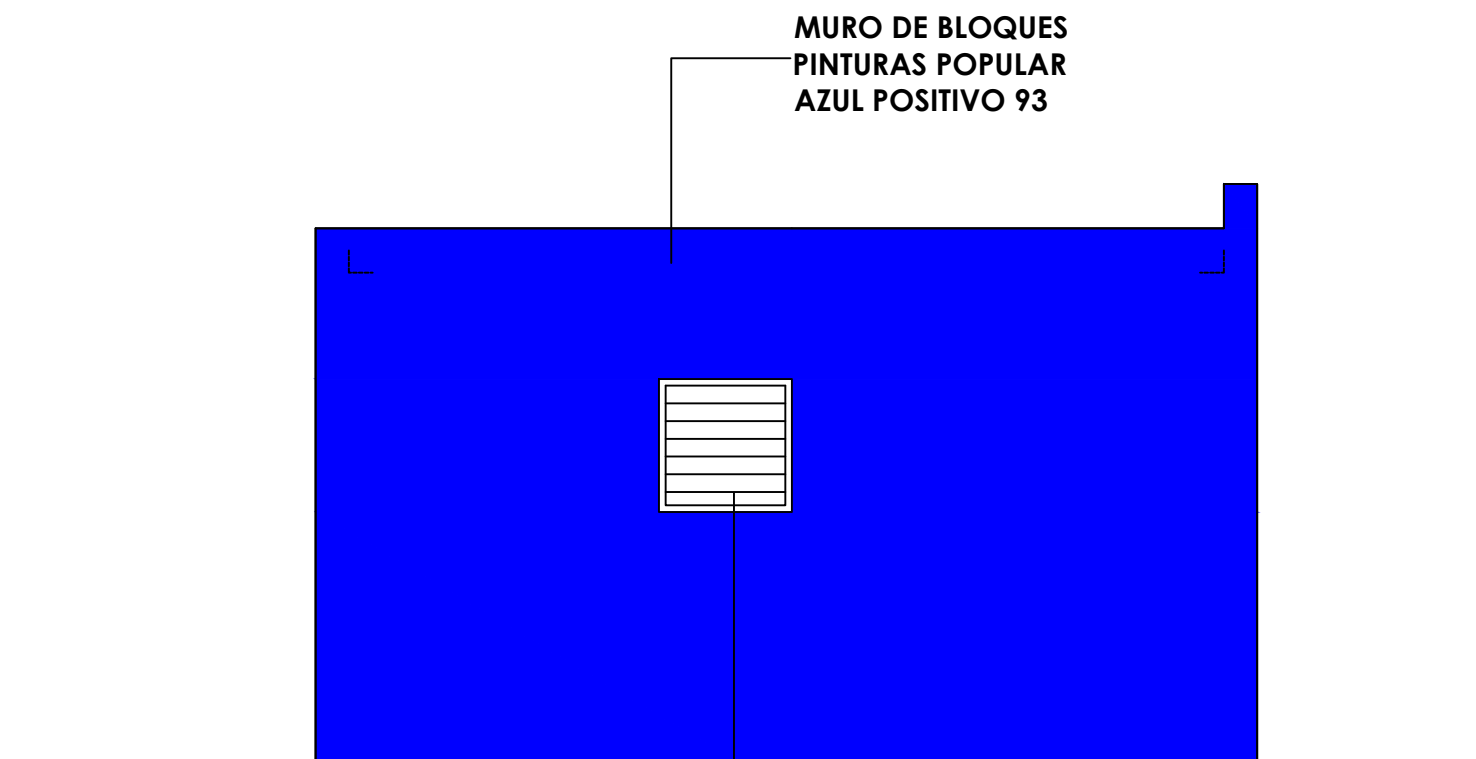

ELEVACION LAT. IZQUIERDO - DETALLE

ESC. 1:50

DIRECCIÓN
DESARROLLO PROVINCIAL



Ave. Dr. Delgado, Esq. Moises Garcia,
Gazcue, Sto. Dgo., R.D.
TEL.: (809)-364-2189 | FAX.: (809)- 688-1665
E-Mail: info@cpadp.gob.do

PROYECTO:

CONSTRUCCIÓN CAMPO DE
BEISBOL LAS CHARCAS,
MUNICIPIO LAS CHARCAS,
PROVINCIA AZUA

EQUIPO DE TRABAJO:

DISEÑO ARQUITECTONICO

codia 00000

ENC. INGENIERIA
ING. FIOR DALIZA BONIFACIO

codia 00000

ESTRUCTURAL

ING.

codia 00000

ELECTRICO

ING.

codia 00000

HIDRO-SANITARIO

ING.

codia 00000

SELLO DE APROBACION

FECHA


CONTENIDO:

ESCALA:

1:50


NO. PAGINA:

017

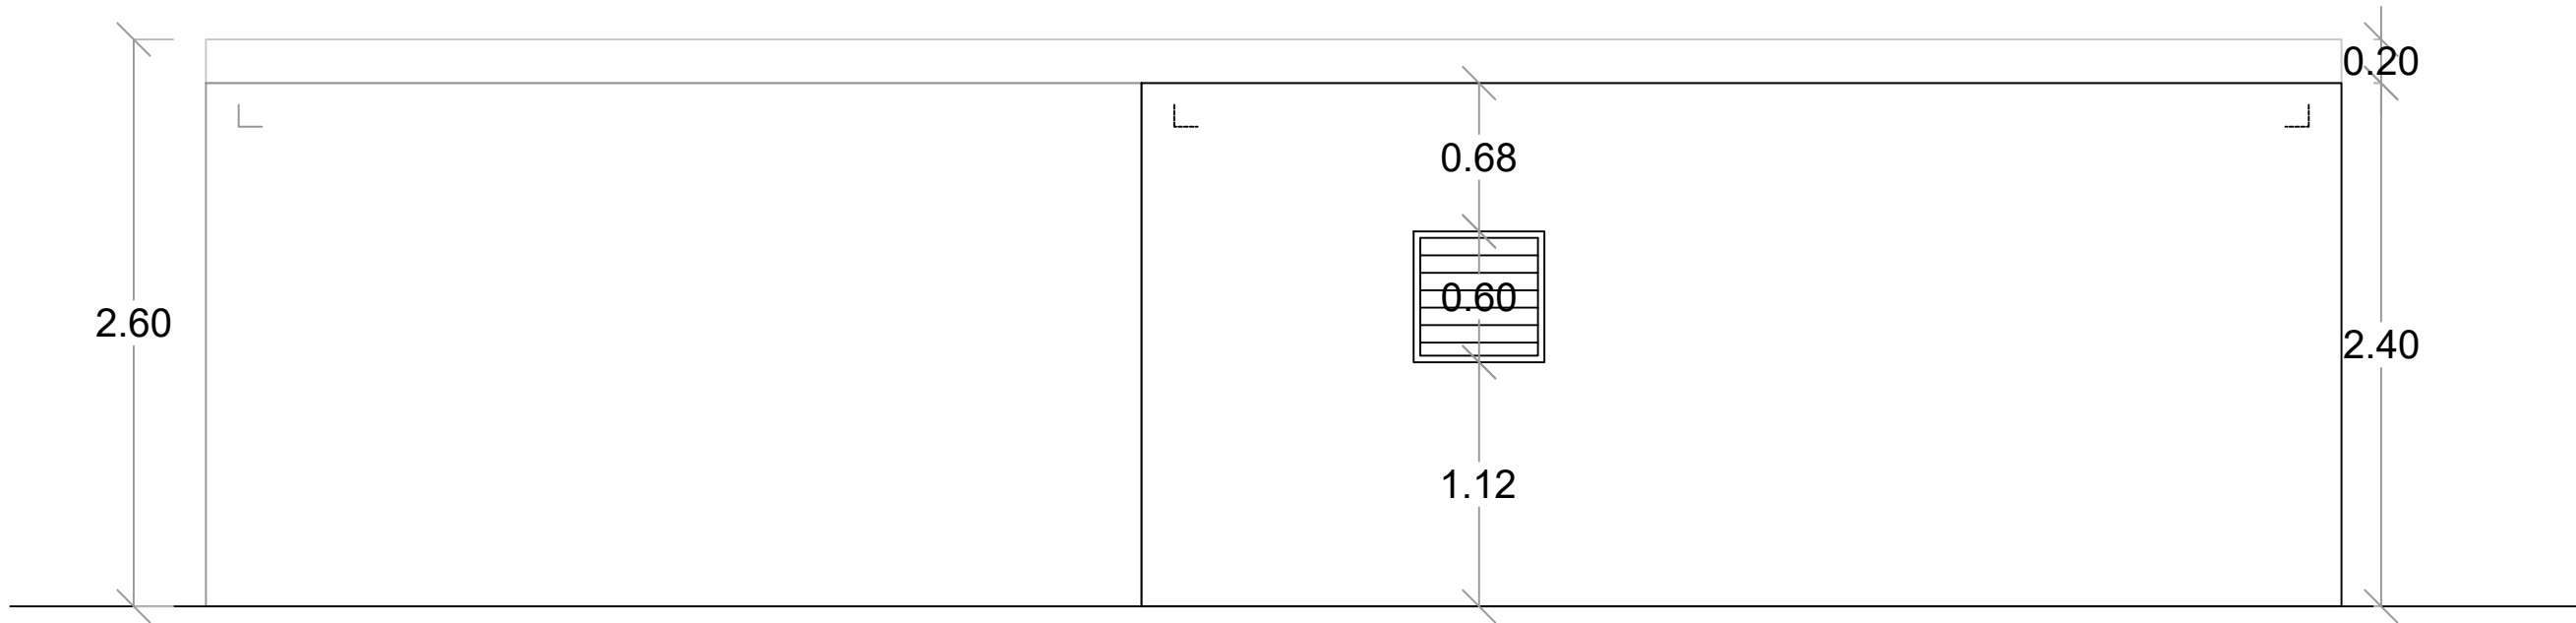

ELEVACION POSTERIOR - DIMENSIONADA

ESC. 1:50

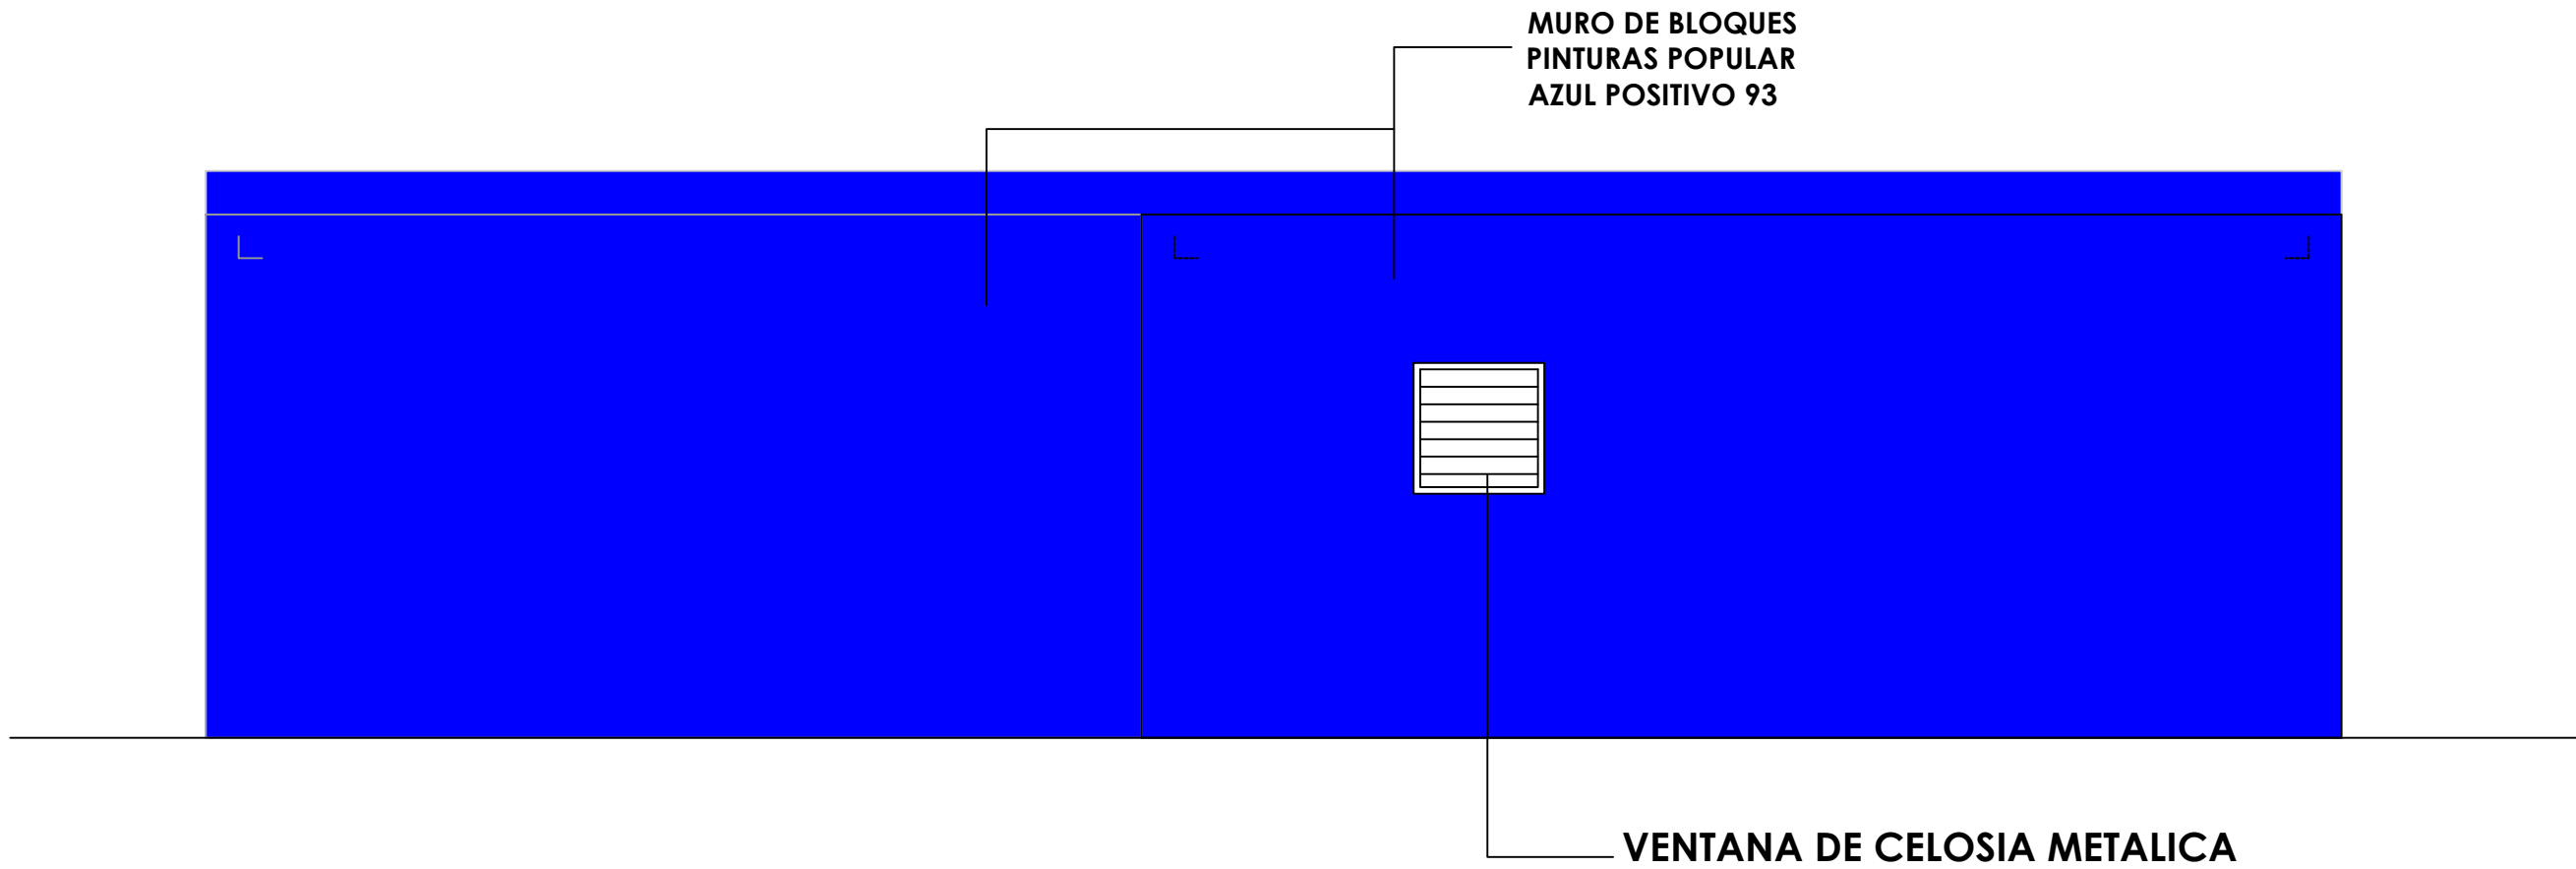

ELEVACION POSTERIOR - DETALLE

ESC. 1:50

DIRECCIÓN
DESARROLLO PROVINCIAL



Ave. Dr. Delgado, Esq. Moises Garcia,
Gazcue, Sto. Dgo., R.D.
TEL.: (809)-364-2189 | FAX.: (809)- 688-1665
E-Mail: info@cpadp.gob.do

PROYECTO:

**CONSTRUCCIÓN CAMPO DE
BEISBOL LAS CHARCAS,
MUNICIPIO LAS CHARCAS,
PROVINCIA AZUA**

EQUIPO DE TRABAJO:

DISEÑO ARQUITECTONICO

codia 00000

ENC. INGENIERIA
ING. FIOR DALIZA BONIFACIO

codia 00000

ESTRUCTURAL

ING.

codia 00000

ELECTRICO

ING.

codia 00000

HIDRO-SANITARIO

ING.

codia 00000

SELLO DE APROBACION

FECHA

CONTENIDO:

ESCALA:

1:50

NO. PAGINA:

018

PROYECTO:

**CONSTRUCCIÓN CAMPO DE
BEISBOL LAS CHARCAS,
MUNICIPIO LAS CHARCAS,
PROVINCIA AZUA**

EQUIPO DE TRABAJO:

DISEÑO ARQUITECTONICO

codia 00000

ENC. INGENIERIA

ENC. INGENIERIA
ING. FIOR DALIZA BONIFACIO

codia 00000

ESTRUCTURAL

ING.

codia 00000

ELECTRICO

ING.

codia 00000

HIDRO-SANITARIO

ING.

codia 00000

SELO DE APROBACION

FECHA

CONTENIDO:


PLANTA INSTALACIONES SANITARIAS- AGUA POTABLE - DUGOUT

ESCALA:

1:50

NO. PAGINA:

019

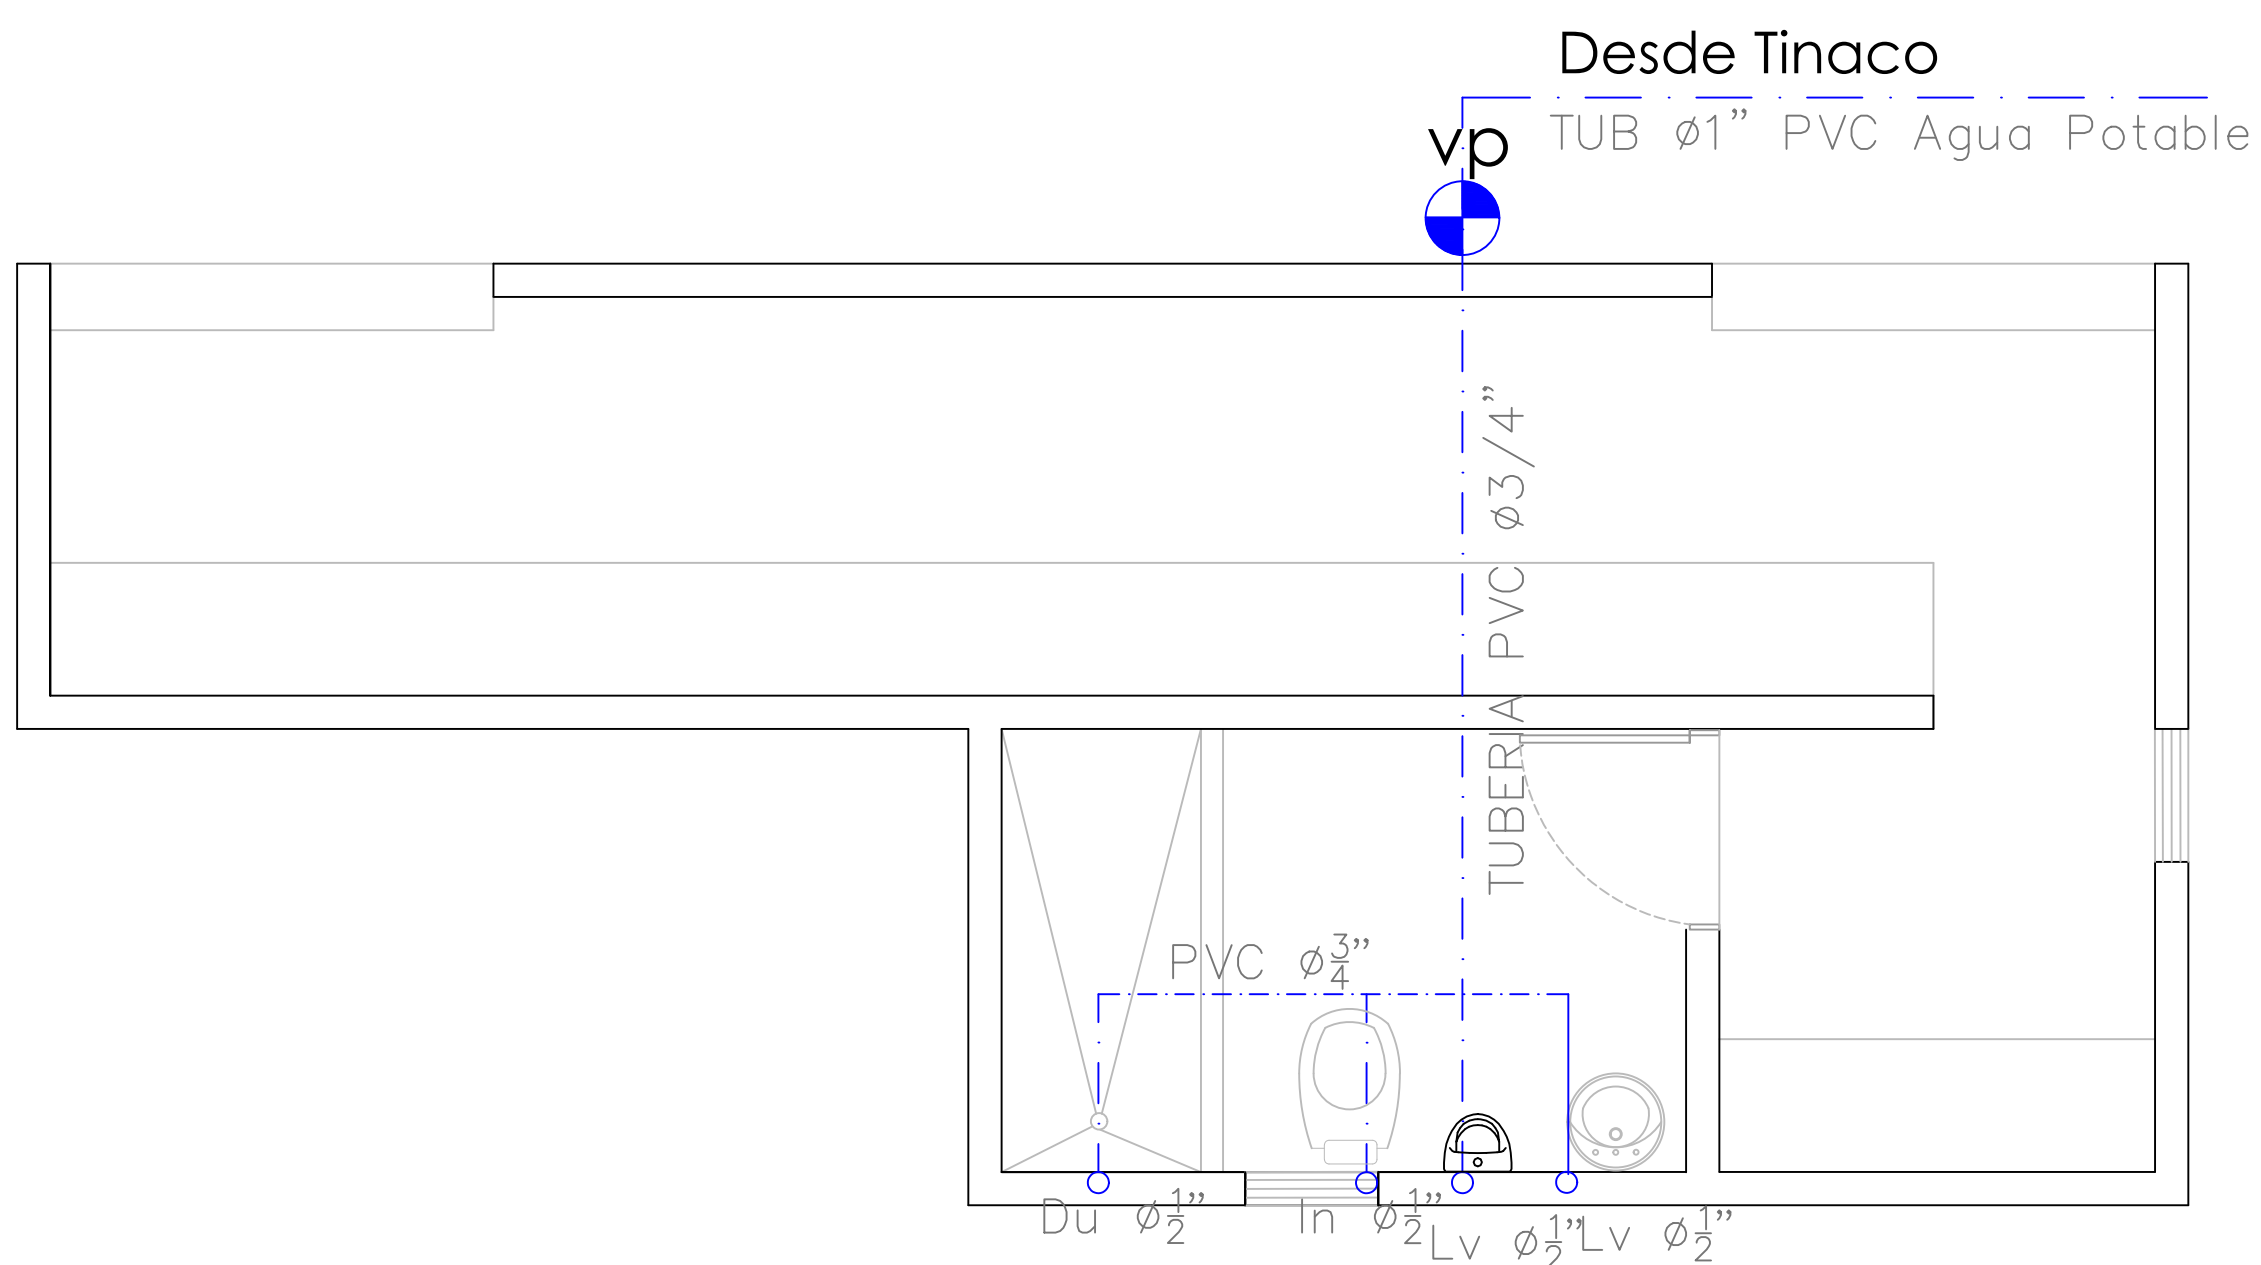

PROYECTO:

**CONSTRUCCIÓN CAMPO DE
BEISBOL LAS CHARCAS,
MUNICIPIO LAS CHARCAS,
PROVINCIA AZUA**

EQUIPO DE TRABAJO:

DISEÑO ARQUITECTONICO

codia 00000

ENC. INGENIERIA

ENC. INGENIERIA
ING. FIOR DALIZA BONIFACIO

codia 00000

ESTRUCTURAL

ING.

codia 00000

ELECTRICO

ING.

codia 00000

HIDRO-SANITARIO

ING.

codia 00000

SELO DE APROBACION

FECHA

CONTENIDO:


PLANTA INSTALACIONES SANITARIAS- AGUAS NEGRAS - DUGOUT

ESCALA:

1:50

NO. PAGINA:

020

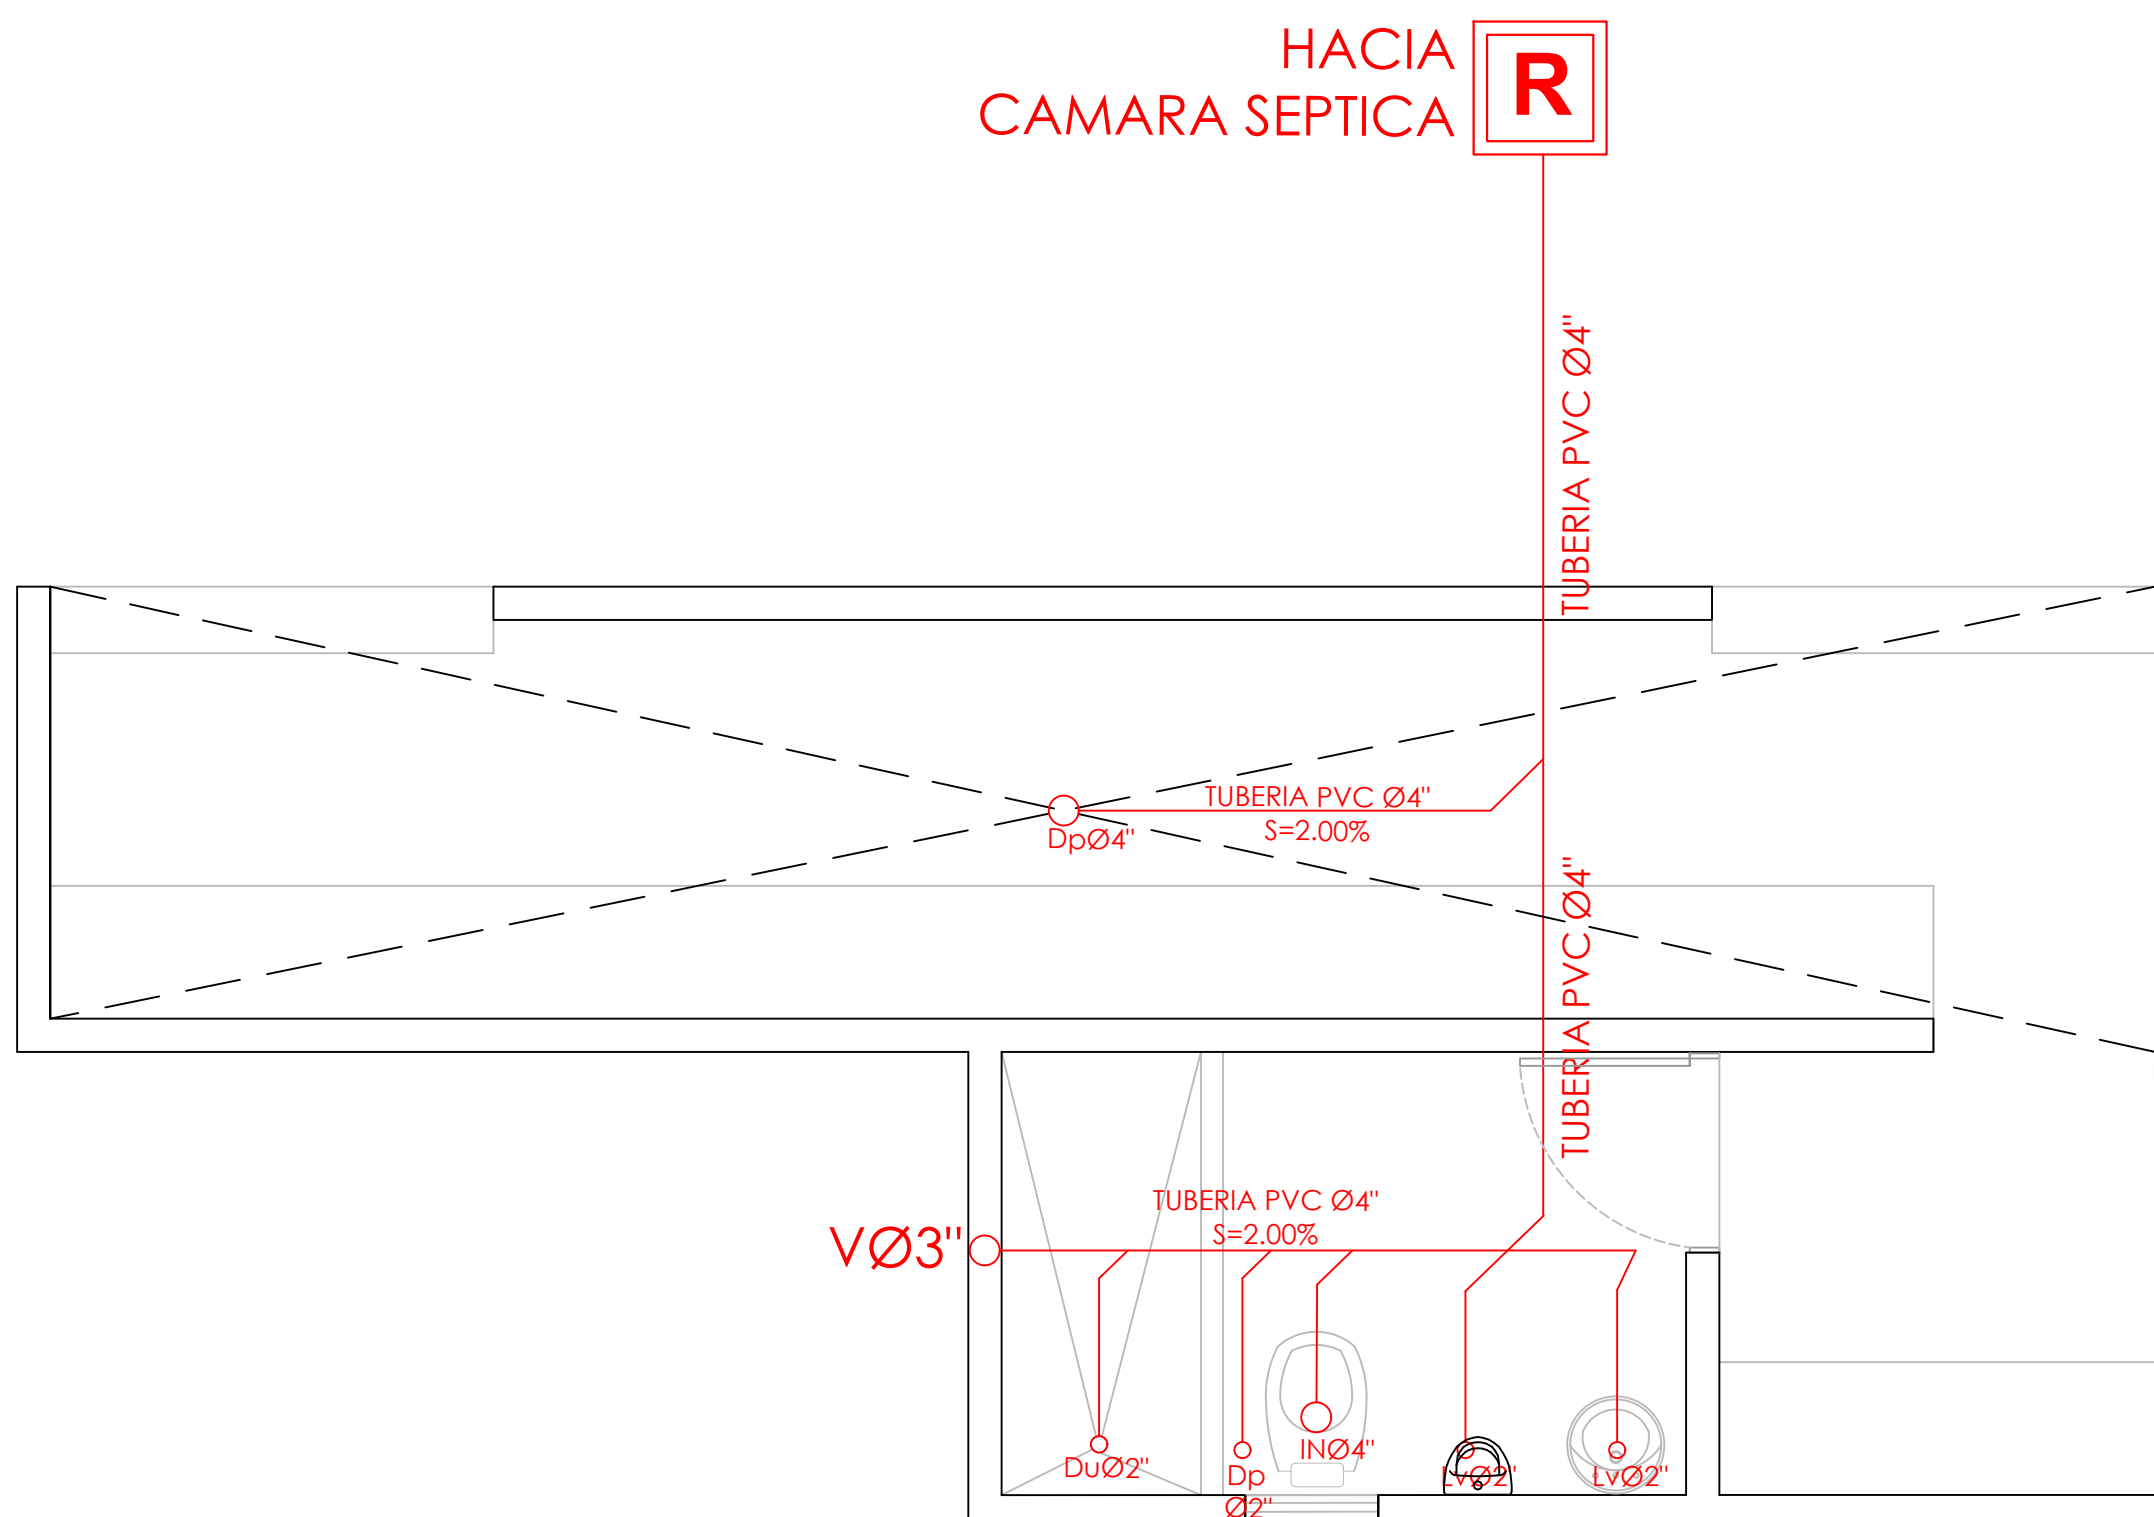

PROYECTO:

**CONSTRUCCIÓN CAMPO DE
BEISBOL LAS CHARCAS,
MUNICIPIO LAS CHARCAS,
PROVINCIA AZUA**

EQUIPO DE TRABAJO:

DISEÑO ARQUITECTONICO

codia 00000

ENC. INGENIERIA

ENC. INGENIERIA
ING. FIOR DALIZA BONIFACIO

codia 00000

ESTRUCTURAL

ING.

codia 00000

ELECTRICO

ING.

codia 00000

HIDRO-SANITARIO

ING.

codia 00000

SELO DE APROBACION

FECHA


CONTENIDO:

ESCALA:

1:50



NO. PAGINA:

021

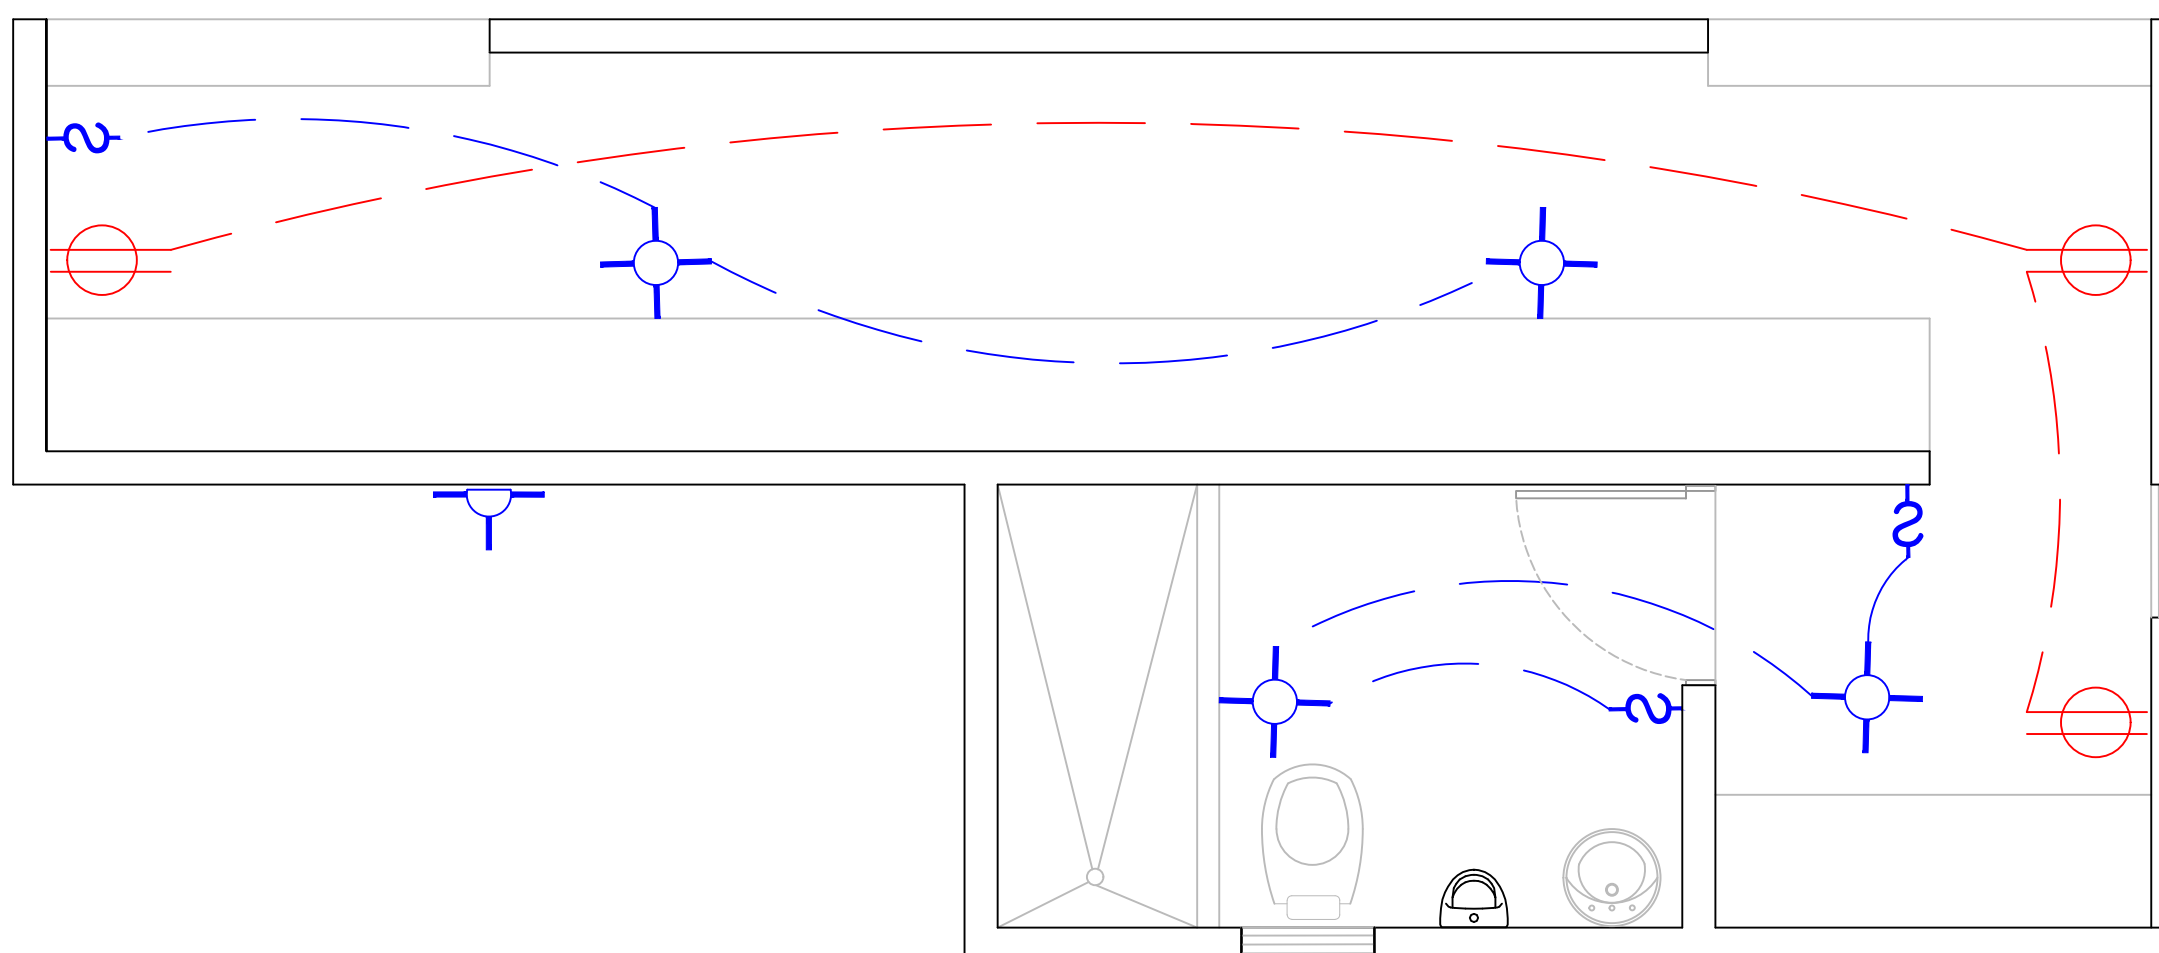

PLANTA INST. ELECTRICAS - DUGOUT

ESC. 1:50

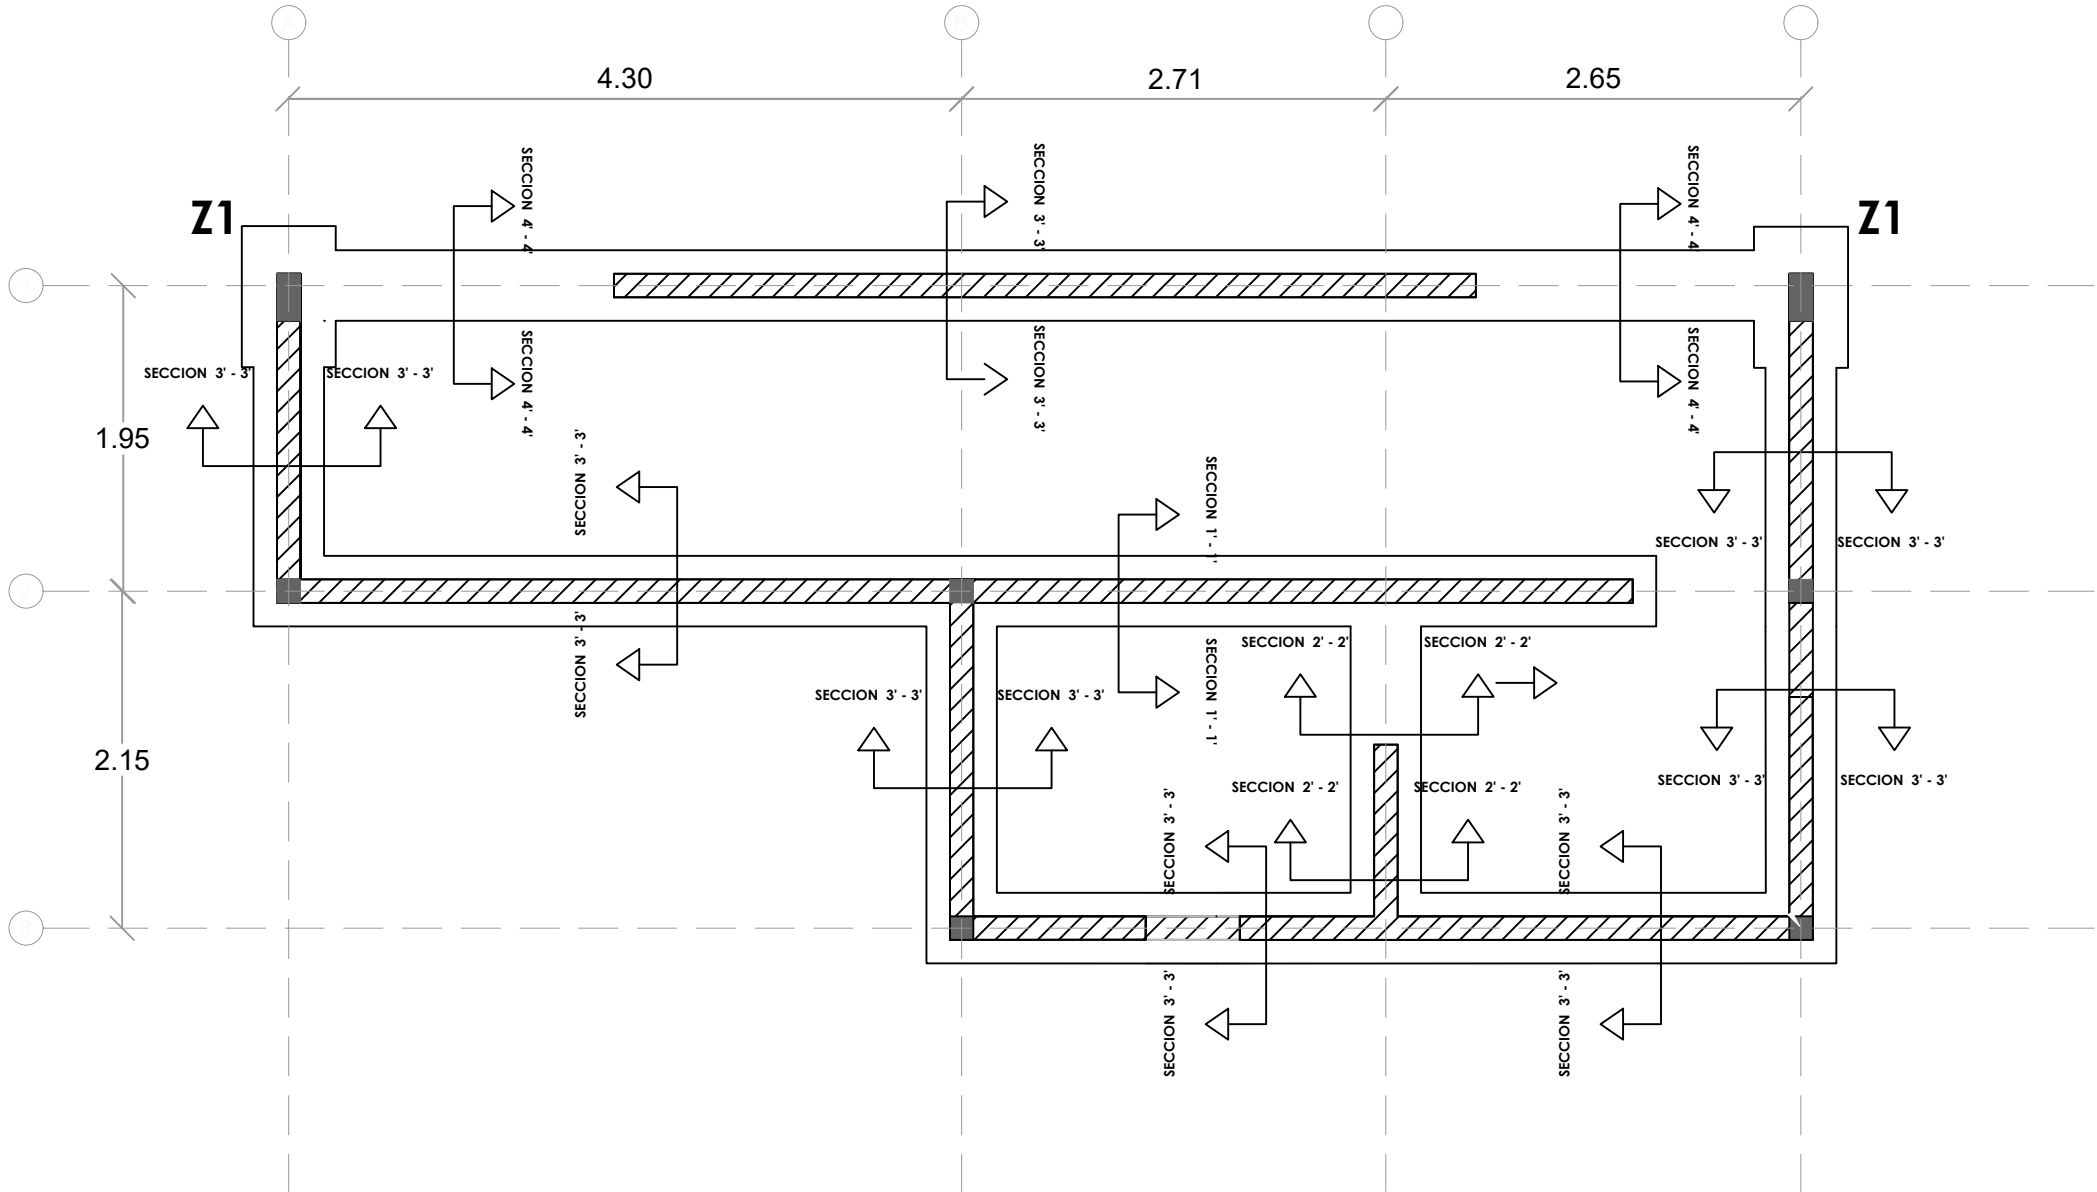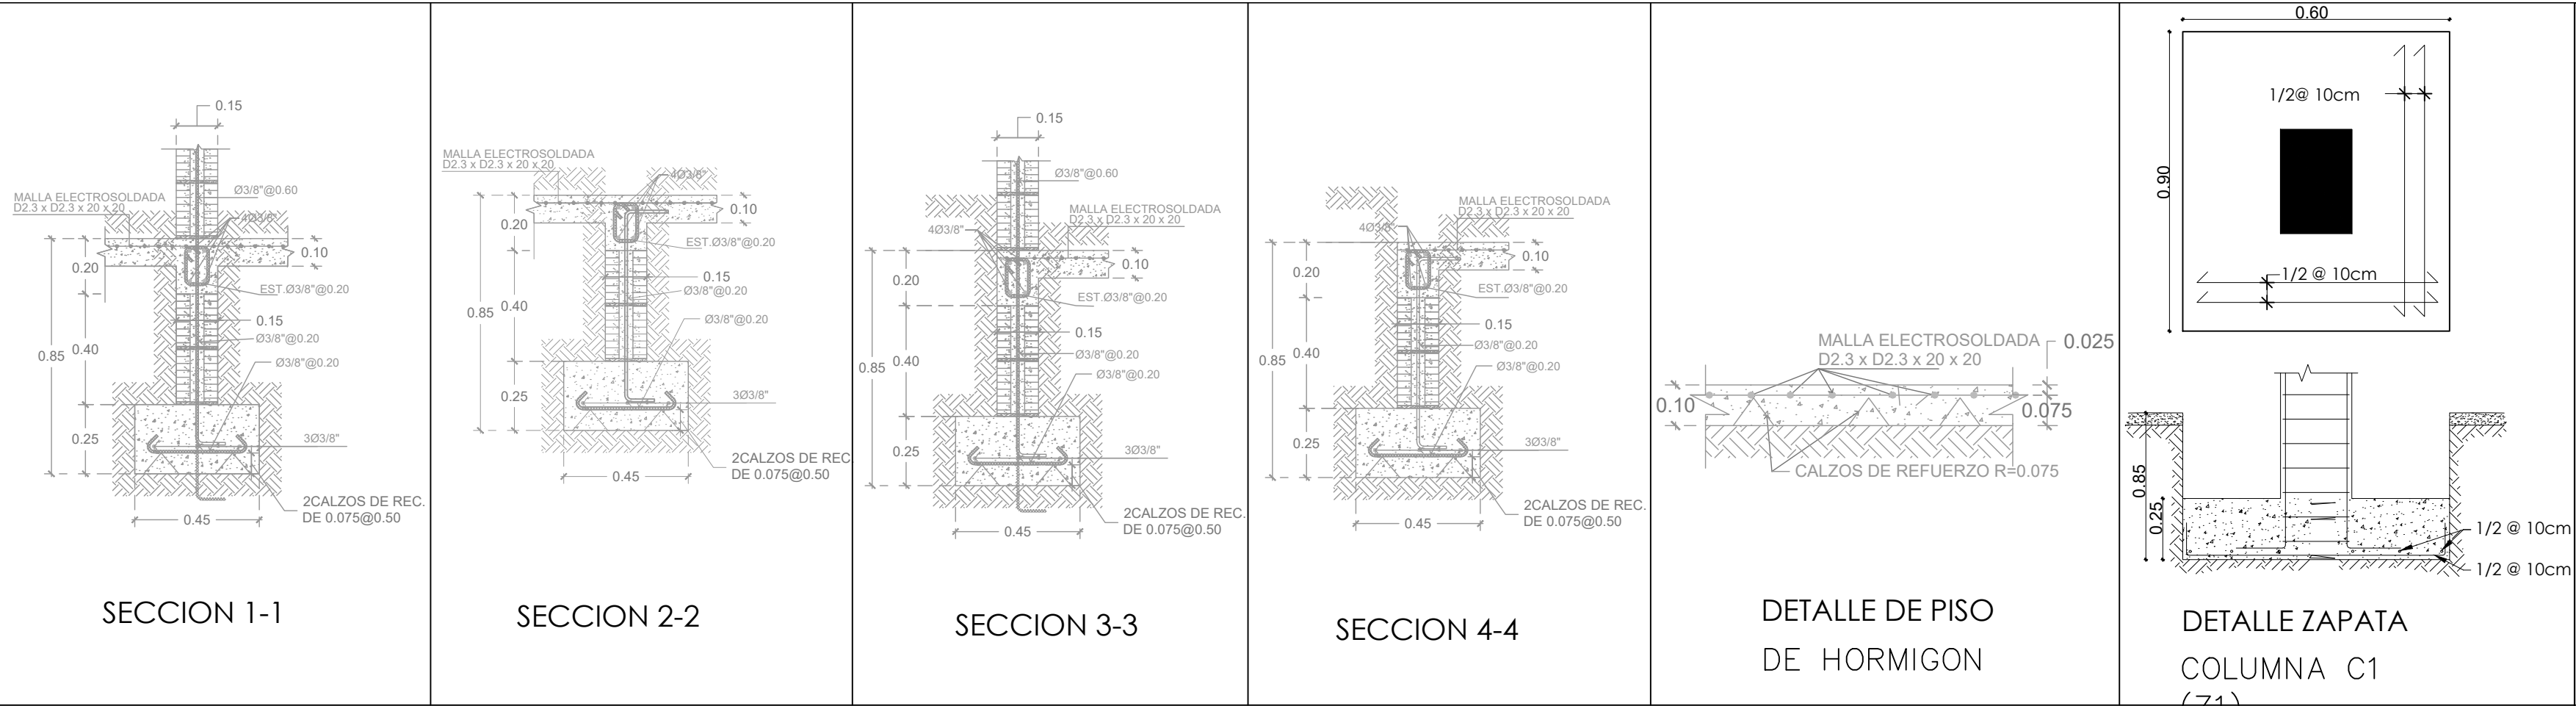

PLANTA ESTRUCTURAL DE CIMIENTOS - DUGOUT

ESC. 1:100

DIRECCIÓN
DESARROLLO PROVINCIAL

GOBIERNO DE LA
REPÚBLICA DOMINICANA

Ave. Dr. Delgado, Esq. Moises Garcia,
Gazcue, Sto. Dgo., R.D.
TEL.: (809)-364-2189 | FAX.: (809)- 688-1665
E-Mail: info@cpadp.gob.do

PROYECTO:

CONSTRUCCIÓN CAMPO DE
BEISBOL LAS CHARCAS,
MUNICIPIO LAS CHARCAS,
PROVINCIA AZUA

EQUIPO DE TRABAJO:

DISÑO ARQUITECTONICO

codia 00000

ENC. INGENIERIA

ING. FIOR DALIZA BONIFACIO

codia 00000

ESTRUCTURAL

ING.

codia 00000

ELECTRICO

ING.

codia 00000

HIDRO-SANITARIO

ING.

codia 00000

SELLO DE APROBACION

FECHA

CONTENIDO:

PLANTA ESTRUCTURAL DE
CIMIENTOS - DUGOUT


ESCALA:

1:160


ESCALA:

NO. PAGINA:


022

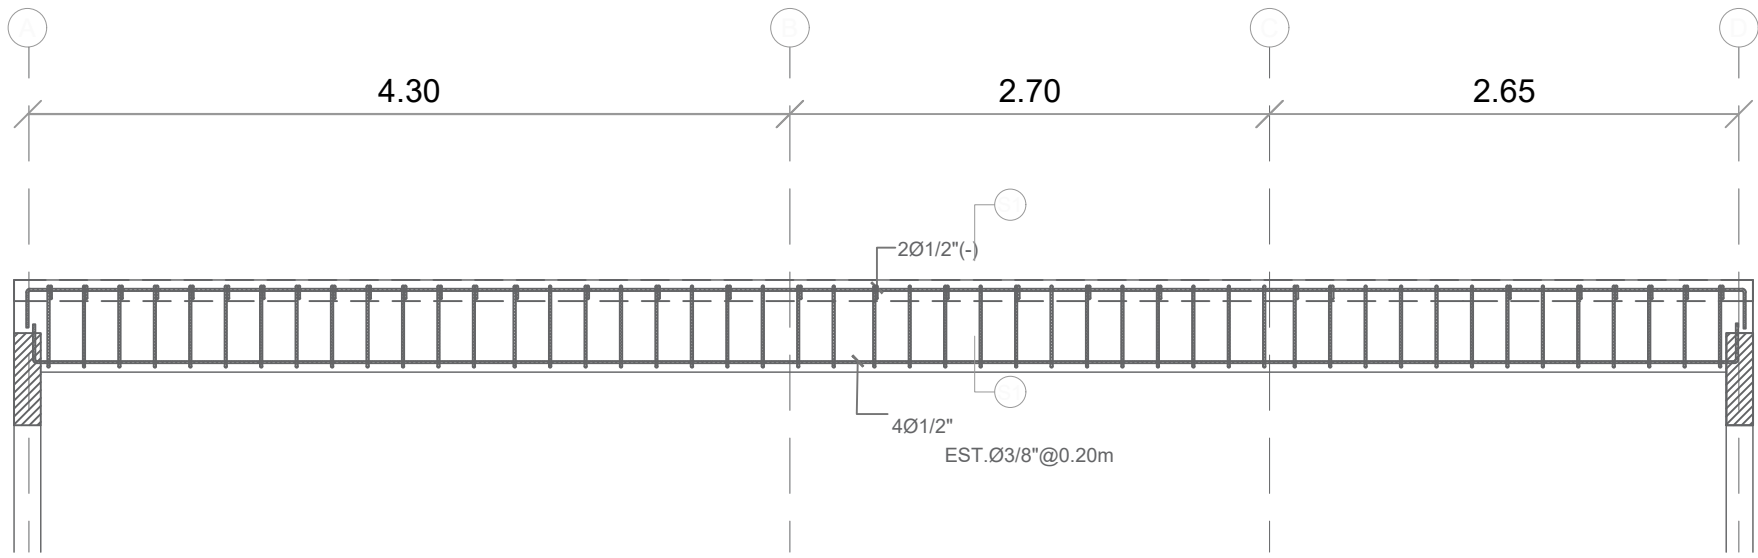


SECCION LONGITUDINAL VIGA 1

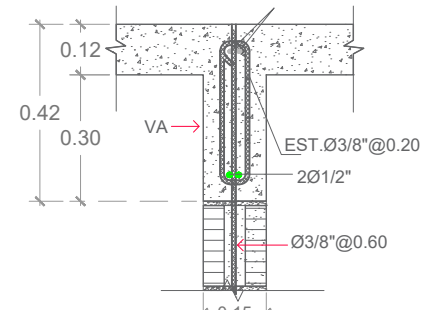


VIGA DE AMARRE (VA)

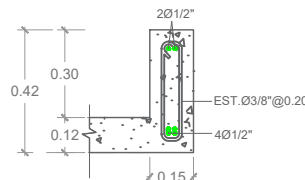


SECCION 1-1

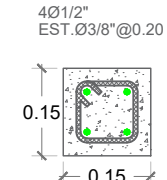


COLUMNA CA

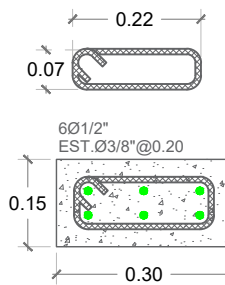

COLUMNA C1

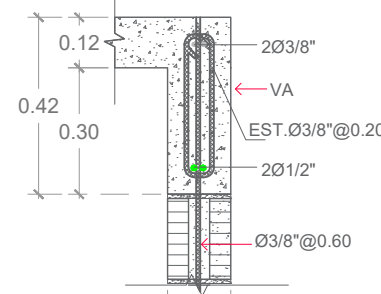

VIGA DE AMARRE (VA)

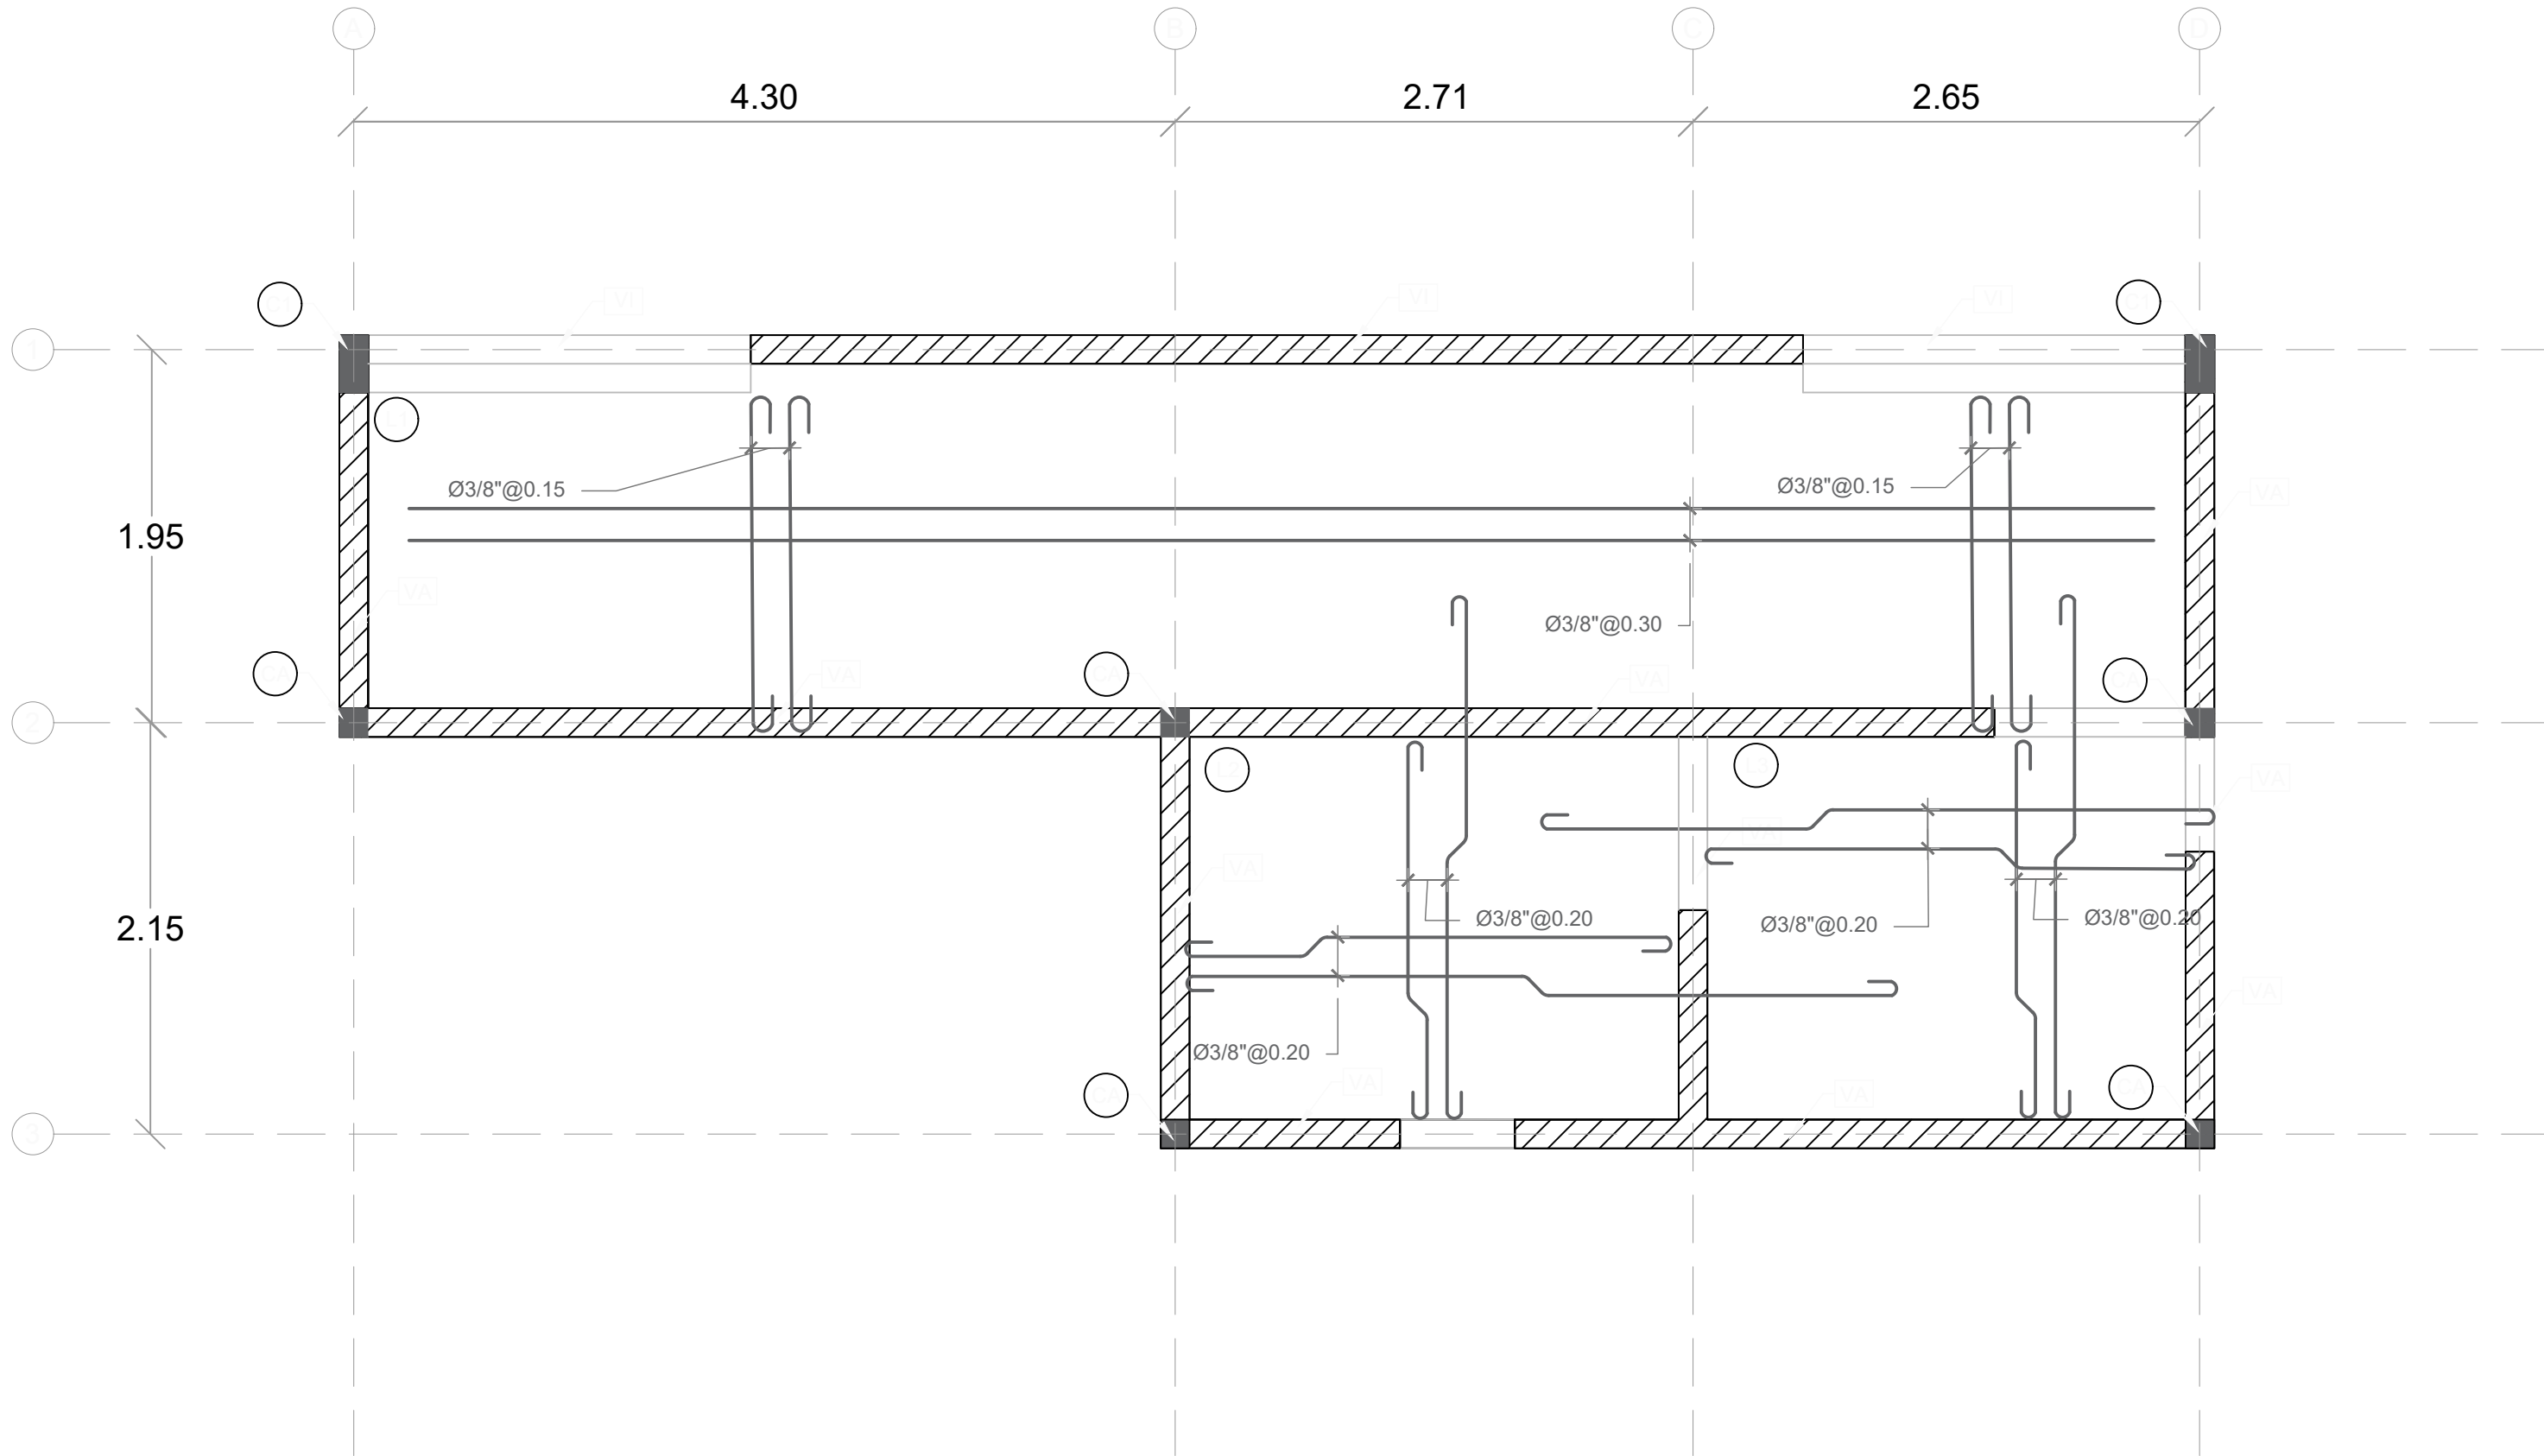

PLANTA ESTRUCTURAL DE TECHO - DUGOUT

ESC. 1:50

DIRECCIÓN
DESARROLLO PROVINCIAL



Ave. Dr. Delgado, Esq. Moises Garcia,
Gazcue, Sto. Dgo., R.D.
TEL.: (809)-364-2189 | FAX.: (809)- 688-1665
E-Mail: info@cpadp.gob.do

PROYECTO:
**CONSTRUCCIÓN CAMPO DE
BEISBOL LAS CHARCAS,
MUNICIPIO LAS CHARCAS,
PROVINCIA AZUA**

EQUIPO DE TRABAJO:

DISEÑO ARQUITECTONICO

codia 00000

ENC. INGENIERIA
ING. FIOR DALIZA BONIFACIO

codia 00000

ESTRUCTURAL

ING.

codia 00000

ELECTRICO

ING.

codia 00000

HIDRO-SANITARIO

ING.

codia 00000

SELLO DE APROBACION

FECHA

CONTENIDO:


**PLATA ESTRUCTURAL
DE TECHOS**

ESCALA:


1:50

NO. PAGINA:

023

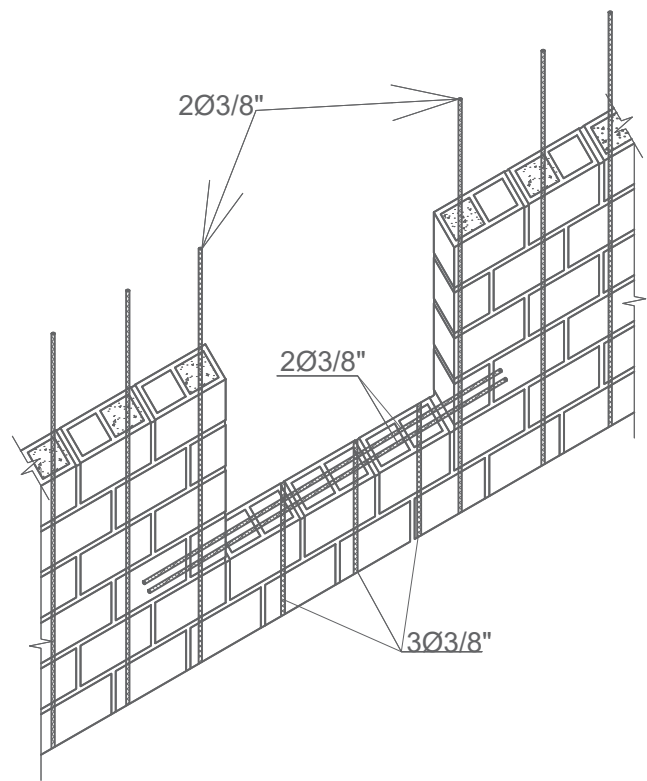

DETALLE REFUERZO ABERTURA VENTANA

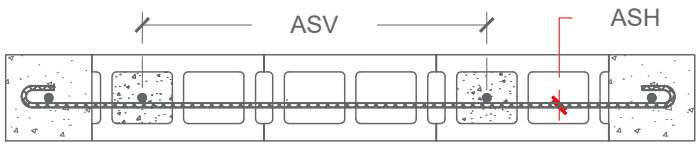


	ASV(ACERO VERTICAL)	ASH(ACERO HORIZONTAL)	e
M1	Ø3/8"@0.60	Ø3/8"@0.60	0.15




NOTA:
TODOS LOS MUROS CORRESPONDEN A M1,
SALVO INDICACION CONTRARIA.

DETALLE REFUERZO MAMPOSTERIA


LOSA	ESPESOR (m)	TIPO
L1@L5	0.12	M

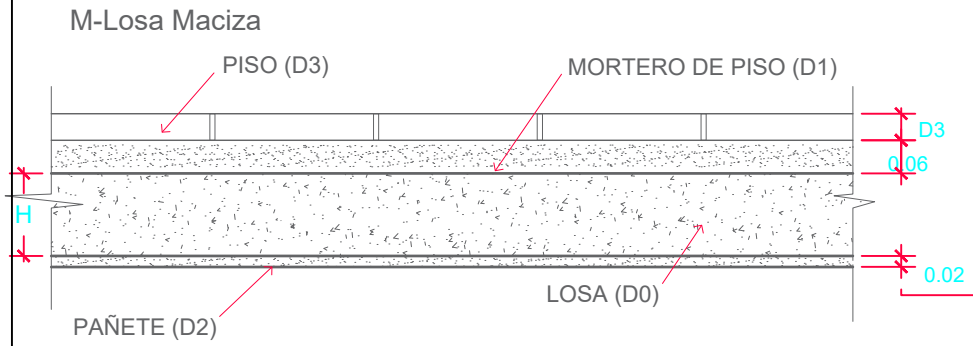

DETALLE DE LOSAS

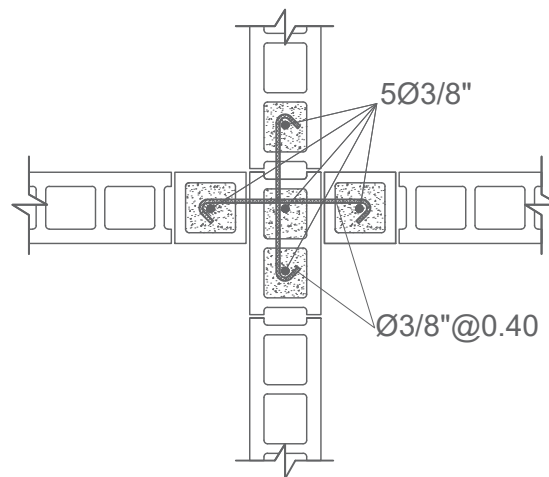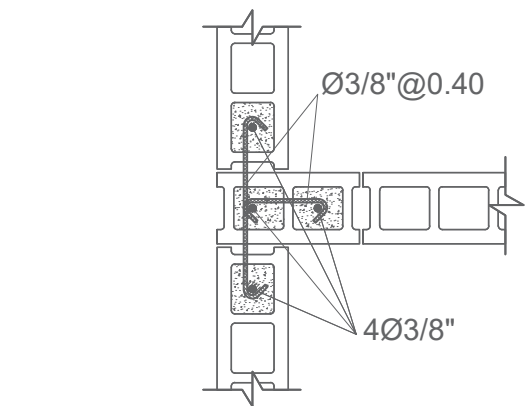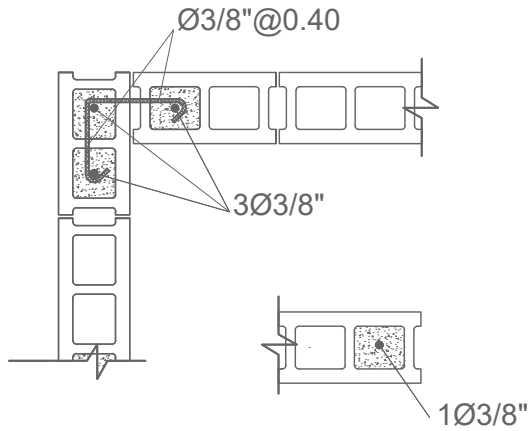

DETALLE INTERSECCIONES DE MURO

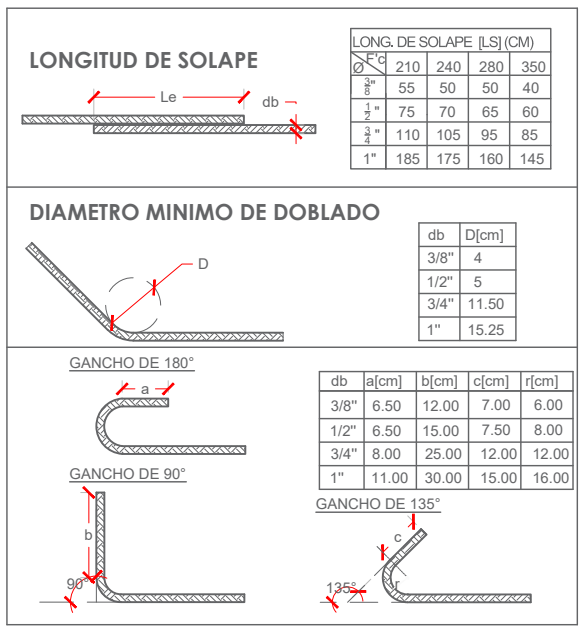

NOTA CARGA DE LOSAS:

- 1) CARGAS DE SERVICIOS.
- 1-A) CARGAS MUERTAS.
- D0 = PESO PROPIO = 0.12m X 2400 Kg/m3
D0 = 288 Kg/m2
D1 = 0.06 m X 2100 Kg/m3
D1 = 126 Kg/m2
D2 = 0.02 m X 2100 Kg/m3 = 42 Kg/m2
D3 = 20 Kg/m2
- 1-B) CARGAS VIVAS
- L1- HABITACIONES, PASILLO Y ESTAR
L2- BALCONES Y ESCALERAS
L1 = 200 Kg/m2
L2 = 400 Kg/m2

NOTA DE REFUERZOS

- 1-TODO ACERO LONGITUDINAL CORRESPONDE A Ø3/8". TODO ESPACIAMIENTO COLOCADO EN ACERO LONGITUDINAL CORRESPONDE 0.25, A MENOS QUE SE INDIQUE LO CONTRARIO.
- 2-TODO ACERO ADICIONAL CORRESPONDE A Ø3/8". TODO ESPACIAMIENTO COLOCADO EN ACERO ADICIONAL CORRESPONDE 0.50, A MENOS QUE SE INDIQUE LO CONTRARIO.
- 3-EL ACERO DE REFUERZO A SER COLOCADO PRIMERO SERA AQUEL CON MENOR ESPACIAMIENTO.

CALIDAD DE LOS MATERIALES

- 1- Concreto:
F'c= 210 Kg/cm²
- 2- Barra de refuerzo corrugado (Varillas)
Fy= 4,200 Kg/cm² (Grado 60)
- 3- Malla Electrosoldada
Fy= 5,600 Kg/cm² (Grado 80)
- 4- Bloques de concreto
Fb≥ 60 Kg/cm².
- 5- Mortero en junta
F'j≥ 80 Kg/cm²
- 6- Hormigón en cámara
F'cm≥ 120 Kg/cm².

DIRECCIÓN
DESARROLLO PROVINCIAL



Ave. Dr. Delgado, Esq. Moises Garcia,
Gazcue, Sto. Dgo., R.D.
TEL.: (809)-364-2189 | FAX.: (809)- 688-1665
E-Mail: info@cpadp.gob.do

PROYECTO:
**CONSTRUCCIÓN CAMPO DE
BEISBOL LAS CHARCAS,
MUNICIPIO LAS CHARCAS,
PROVINCIA AZUA**

EQUIPO DE TRABAJO:

DISÑO ARQUITECTONICO

codia 00000

ENC. INGENIERIA
ING. FIOR DALIZA BONIFACIO

codia 00000

ESTRUCTURAL
ING.

codia 00000

ELECTRICO
ING.

codia 00000

HIDRO-SANITARIO
ING.

codia 00000

SELLO DE APROBACION

FECHA


CONTENIDO:

DETALLES
ESTRUCTURALES

ESCALA:
1:50

NO. PAGINA:

024

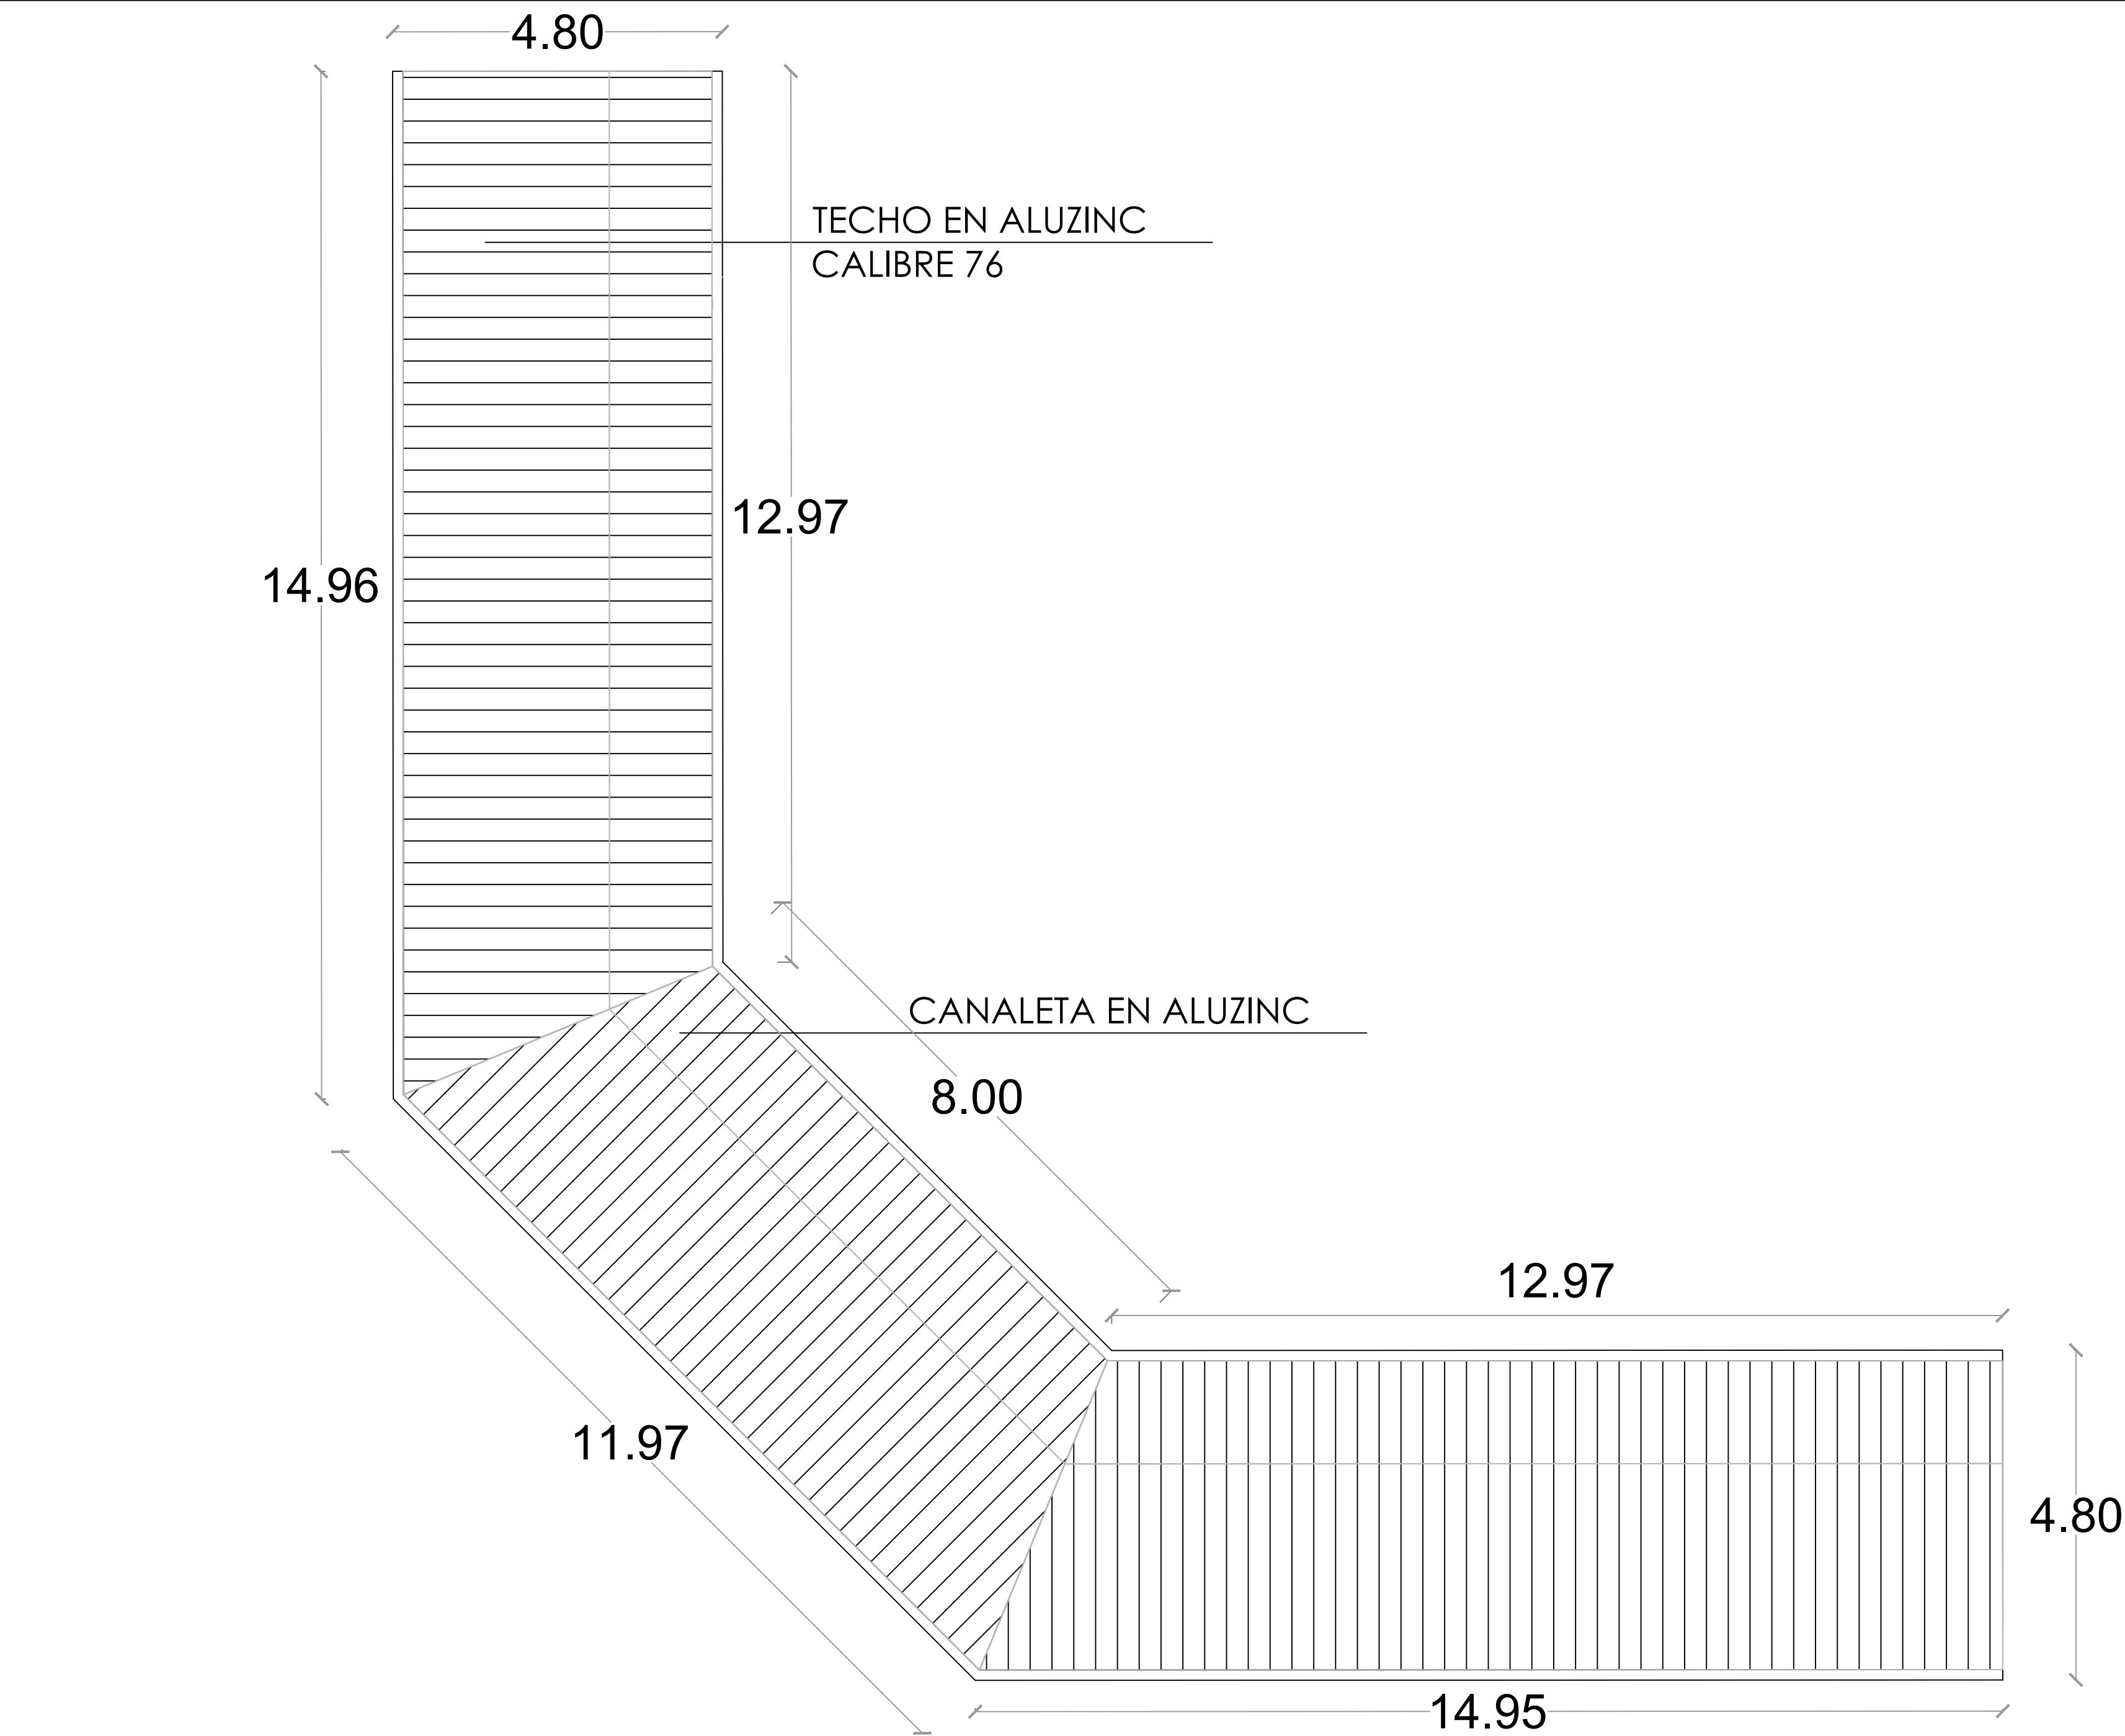

PLANTA DE TECHOS - GRADAS

ESC. 1:100

DIRECCIÓN
DESARROLLO PROVINCIAL



Ave. Dr. Delgado, Esq. Moises Garcia,
Gazcue, Sto. Dgo., R.D.
TEL.: (809)-364-2189 | FAX.: (809)- 688-1665
E-Mail: info@cpadp.gob.do

PROYECTO:
**CONSTRUCCIÓN CAMPO DE
BEISBOL LAS CHARCAS,
MUNICIPIO LAS CHARCAS,
PROVINCIA AZUA**

EQUIPO DE TRABAJO:

DISEÑO ARQUITECTONICO
ARQ. _____
codia 00000 _____

ENC. INGENIERIA
ING. FIOR DALIZA BONIFACIO
codia 00000 _____

ESTRUCTURAL
ING. _____
codia 00000 _____

ELECTRICO
ING. _____
codia 00000 _____

HIDRO-SANITARIO
ING. _____
codia 00000 _____

SELLO DE APROBACION

FECHA _____


CONTENIDO:
**PLANTA DE TECHOS -
GRADAS**

ESCALA:
1:100

ESCALA:

NO. PAGINA:

025

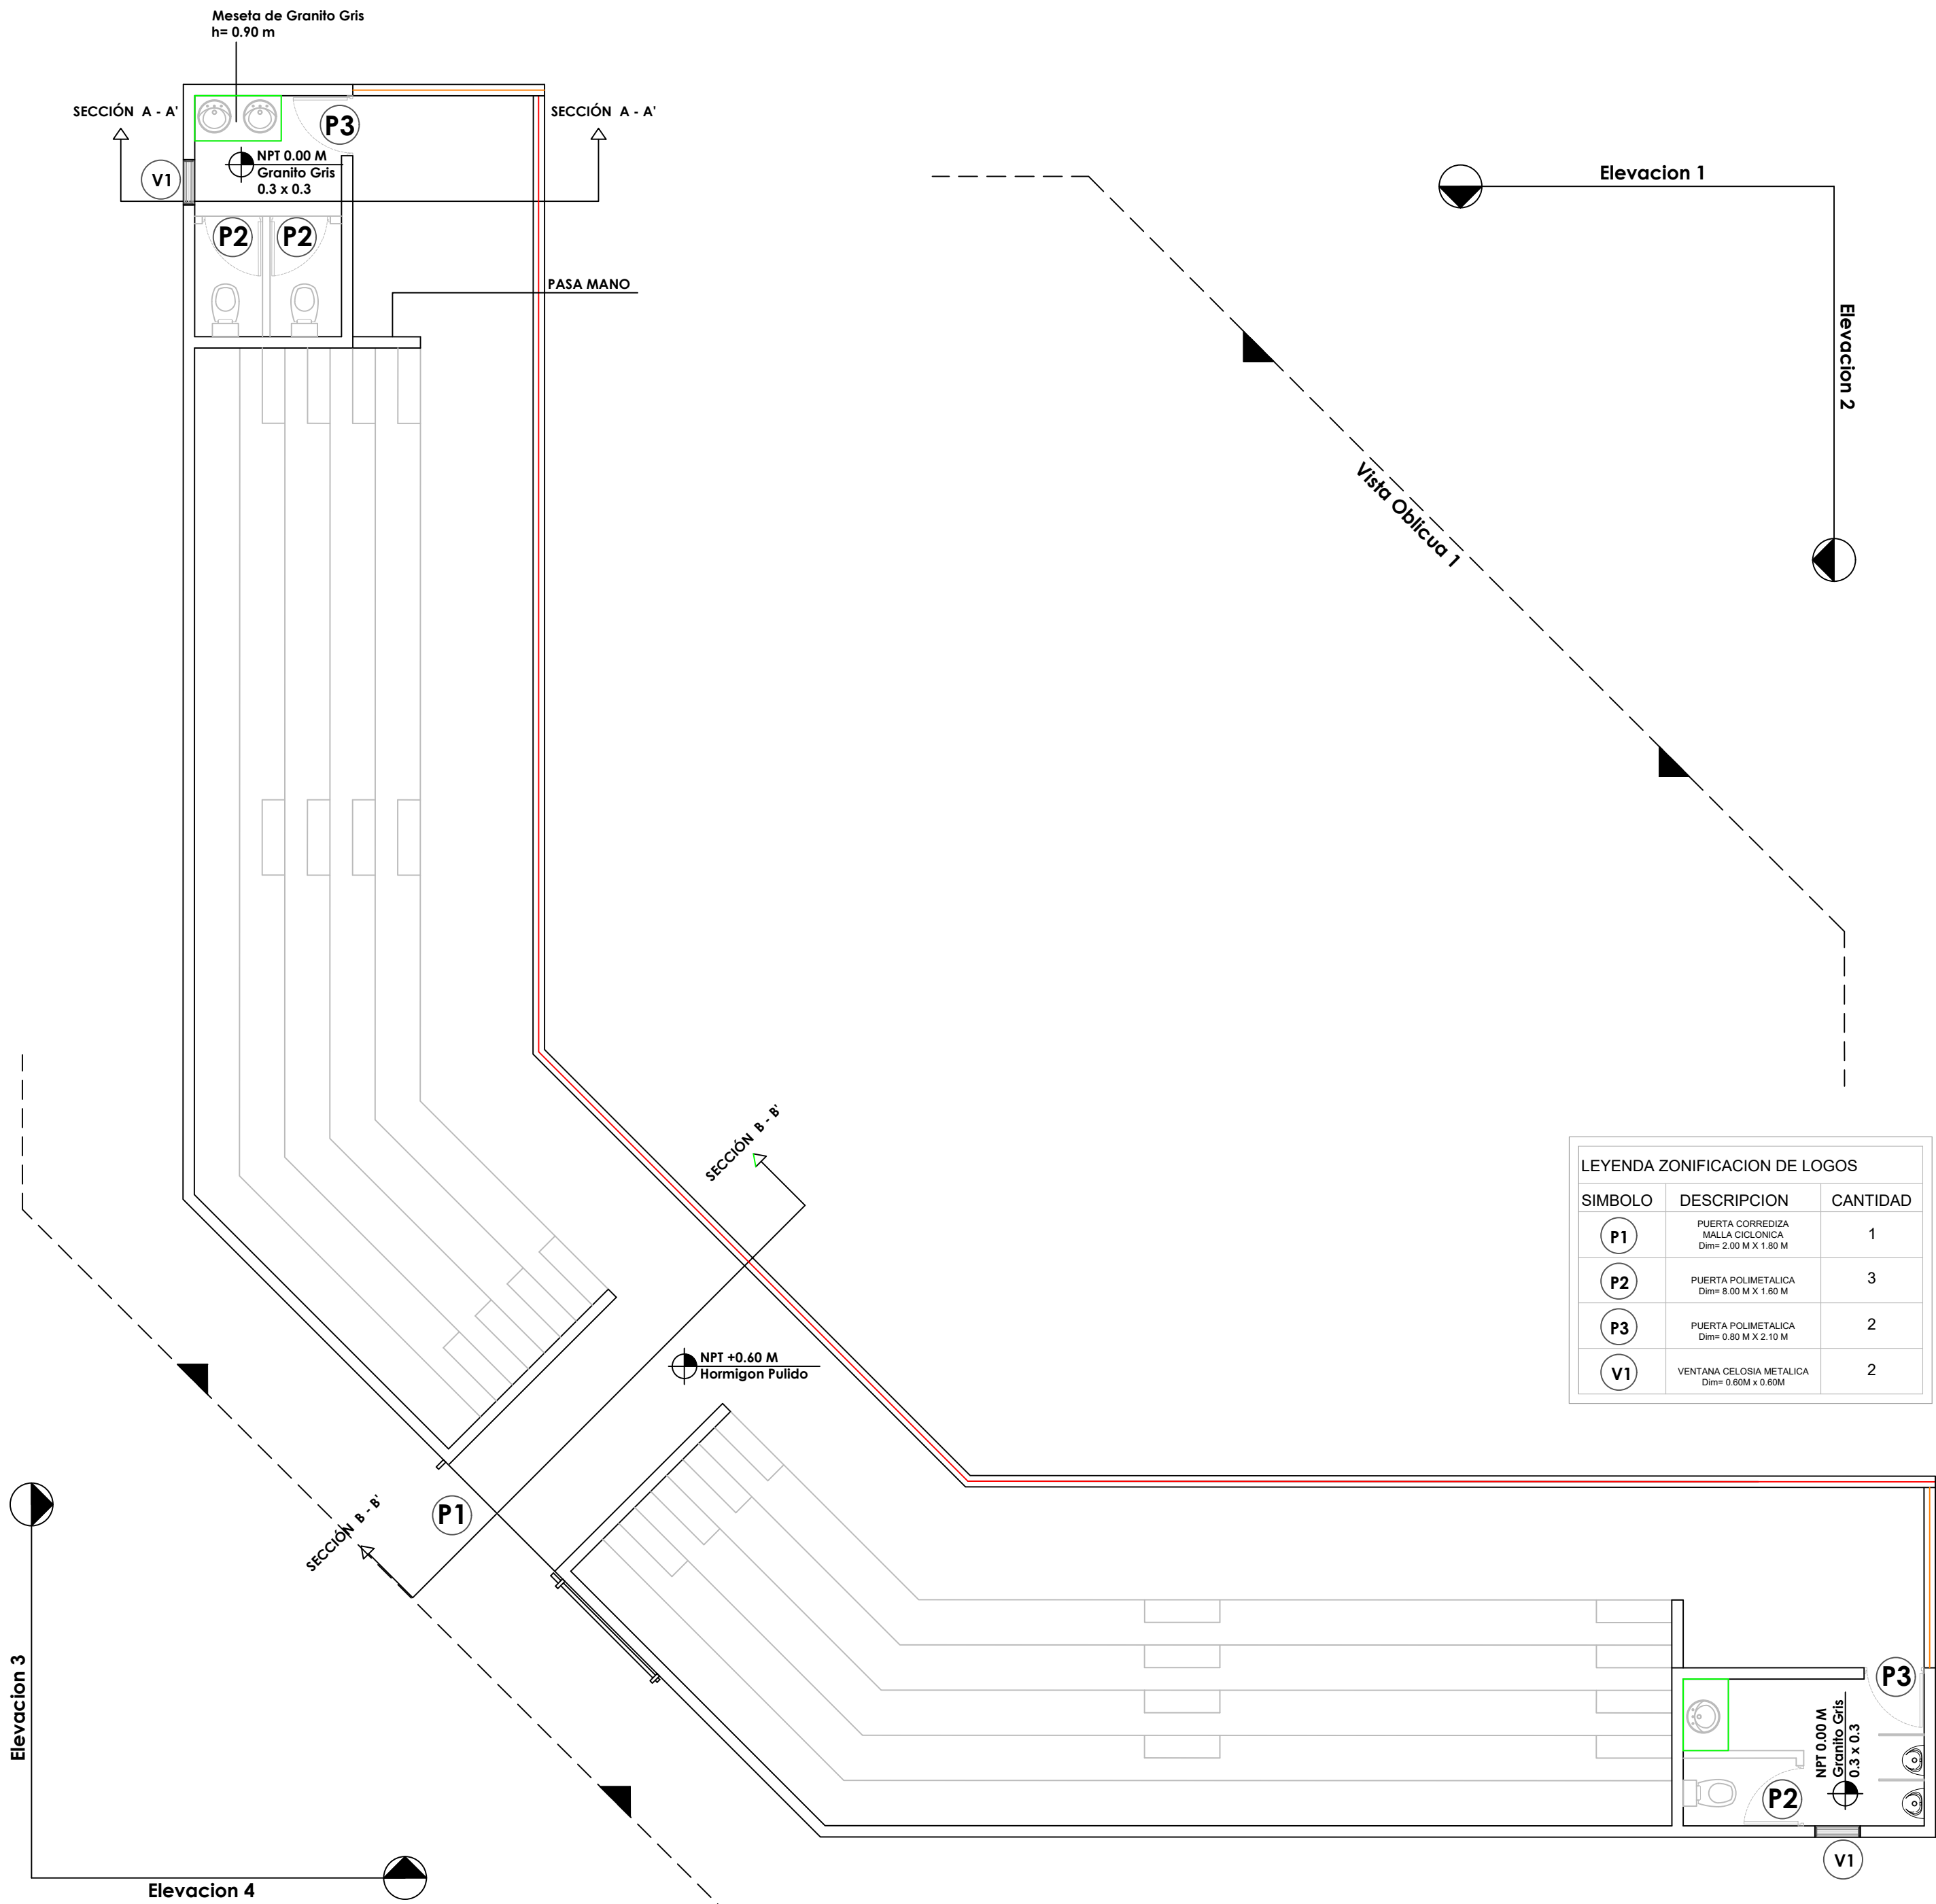

PROYECTO:

CONSTRUCCIÓN CAMPO DE
BEISBOL LAS CHARCAS,
MUNICIPIO LAS CHARCAS,
PROVINCIA AZUA

EQUIPO DE TRABAJO:

DISEÑO ARQUITECTONICO
ARQ.

codia 00000

ENC. INGENIERIA
ING. FIOR DALIZA BONIFACIO

codia 00000

ESTRUCTURAL
ING.

codia 00000

ELECTRICO
ING.

codia 00000

HIDRO-SANITARIO
ING.

codia 00000

SELLO DE APROBACION

FECHA

CONTENIDO:

PLANTA ARQUITECTONICA
DE LOSAS - GRADAS


ESCALA:

1:100

ESCALA:

NO. PAGINA:

026

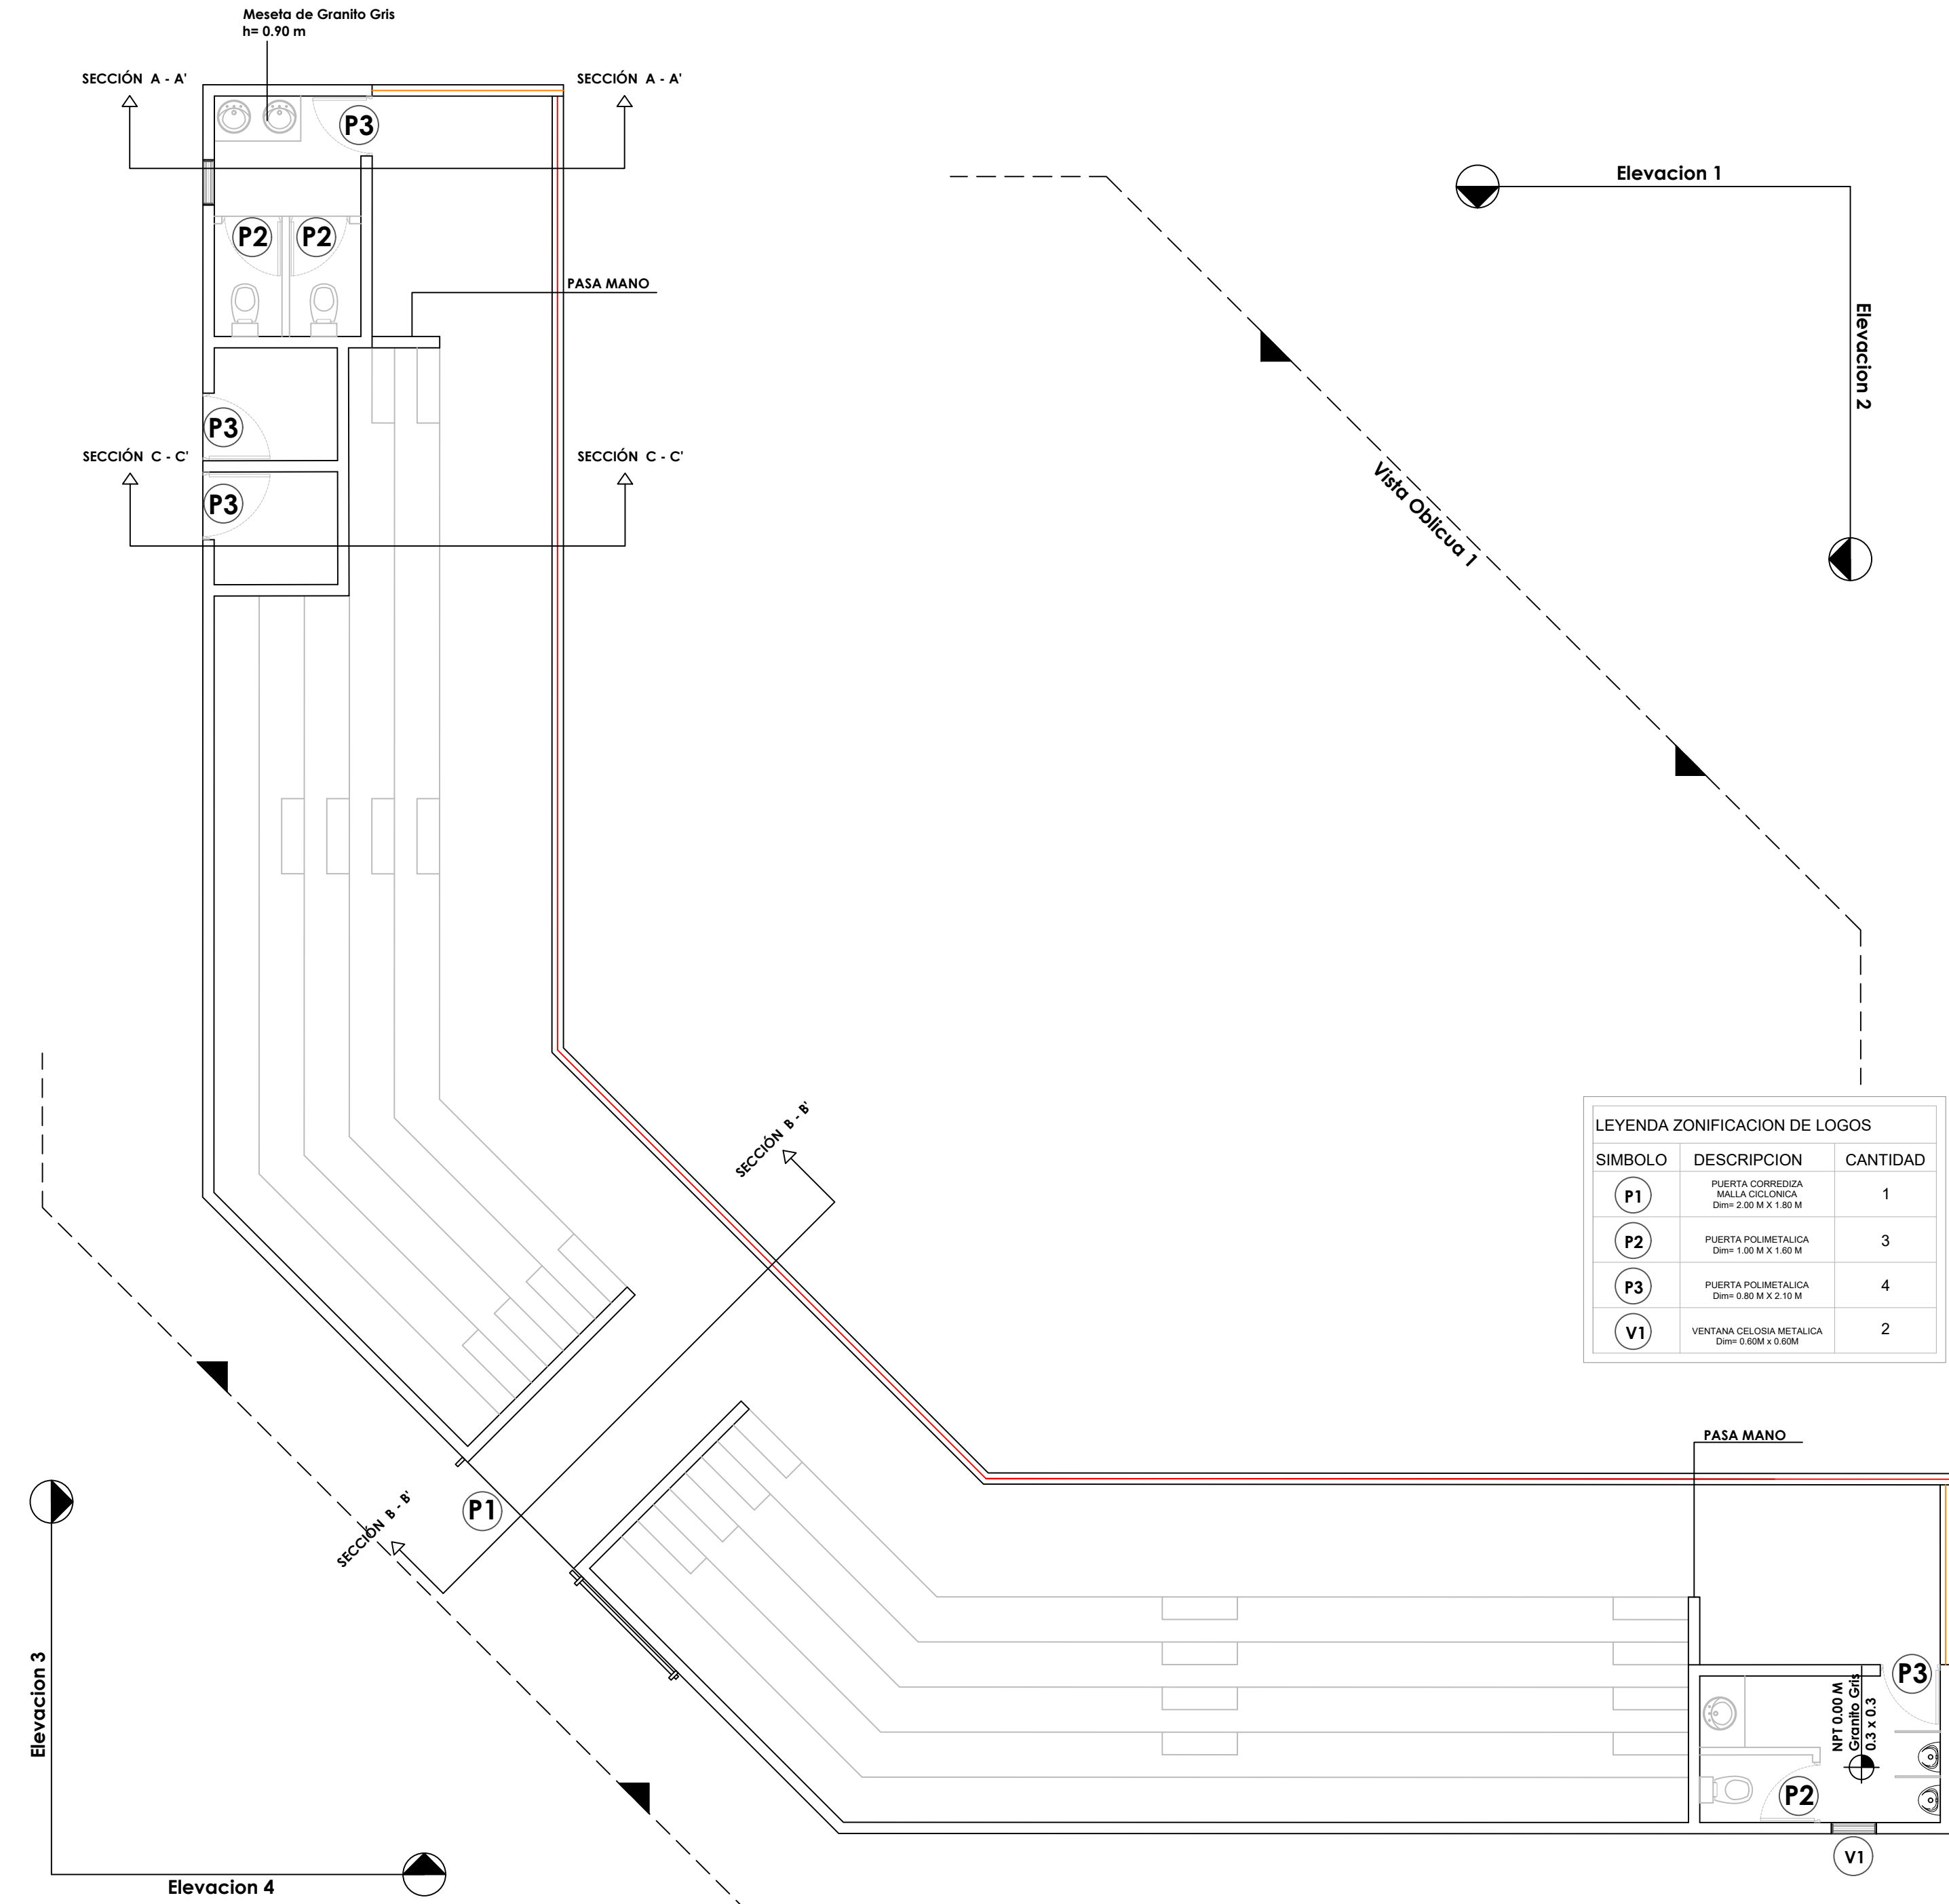

LEYENDA ZONIFICACION DE LOGOS		
SIMBOLO	DESCRIPCION	CANTIDAD
P1	PUERTA CORREDIZA MALLA CICLONICA Dim= 2.00 M X 1.80 M	1
P2	PUERTA POLIMETALICA Dim= 1.00 M X 1.60 M	3
P3	PUERTA POLIMETALICA Dim= 0.80 M X 2.10 M	4
V1	VENTANA CELOSIA METALICA Dim= 0.60M x 0.60M	2



Ave. Dr. Delgado, Esq. Moises Garcia,
Gazcue, Sto. Dgo., R.D.
TEL.: (809)-364-2189 | FAX.: (809)- 688-1665
E-Mail: info@cpadp.gob.do

PROYECTO:
**CONSTRUCCIÓN CAMPO DE
BEISBOL LAS CHARCAS,
MUNICIPIO LAS CHARCAS,
PROVINCIA AZUA**

EQUIPO DE TRABAJO:

DISEÑO ARQUITECTONICO
ARQ.

codia 00000

ENC. INGENIERIA
ING. FIOR DALIZA BONIFACIO

codia 00000

ESTRUCTURAL
ING.

codia 00000

ELECTRICO
ING.

codia 00000

HIDRO-SANITARIO
ING.

codia 00000

SELLO DE APROBACION

FECHA

CONTENIDO:

**PLANTA ARQUITECTONICA
DE LOSAS - GRADAS**

ESCALA:
1:100

ESCALA:

NO. PAGINA:

027

PROYECTO:

**CONSTRUCCIÓN CAMPO DE
BEISBOL LAS CHARCAS,
MUNICIPIO LAS CHARCAS,
PROVINCIA AZUA**

EQUIPO DE TRABAJO:

DISEÑO ARQUITECTONICO
ARQ.

codia 00000

ENC. INGENIERIA
ING. FIOR DALIZA BONIFACIO

codia 00000

ESTRUCTURAL

ING.

codia 00000

ELECTRICO

ING.

codia 00000

HIDRO-SANITARIO

ING.

codia 00000

SELO DE APROBACION

FECHA

CONTENIDO:

PLANTA DIMENSIONADA DE LOSAS - GRADAS


ESCALA:

1:100

ESCALA:

NO. PAGINA:

028

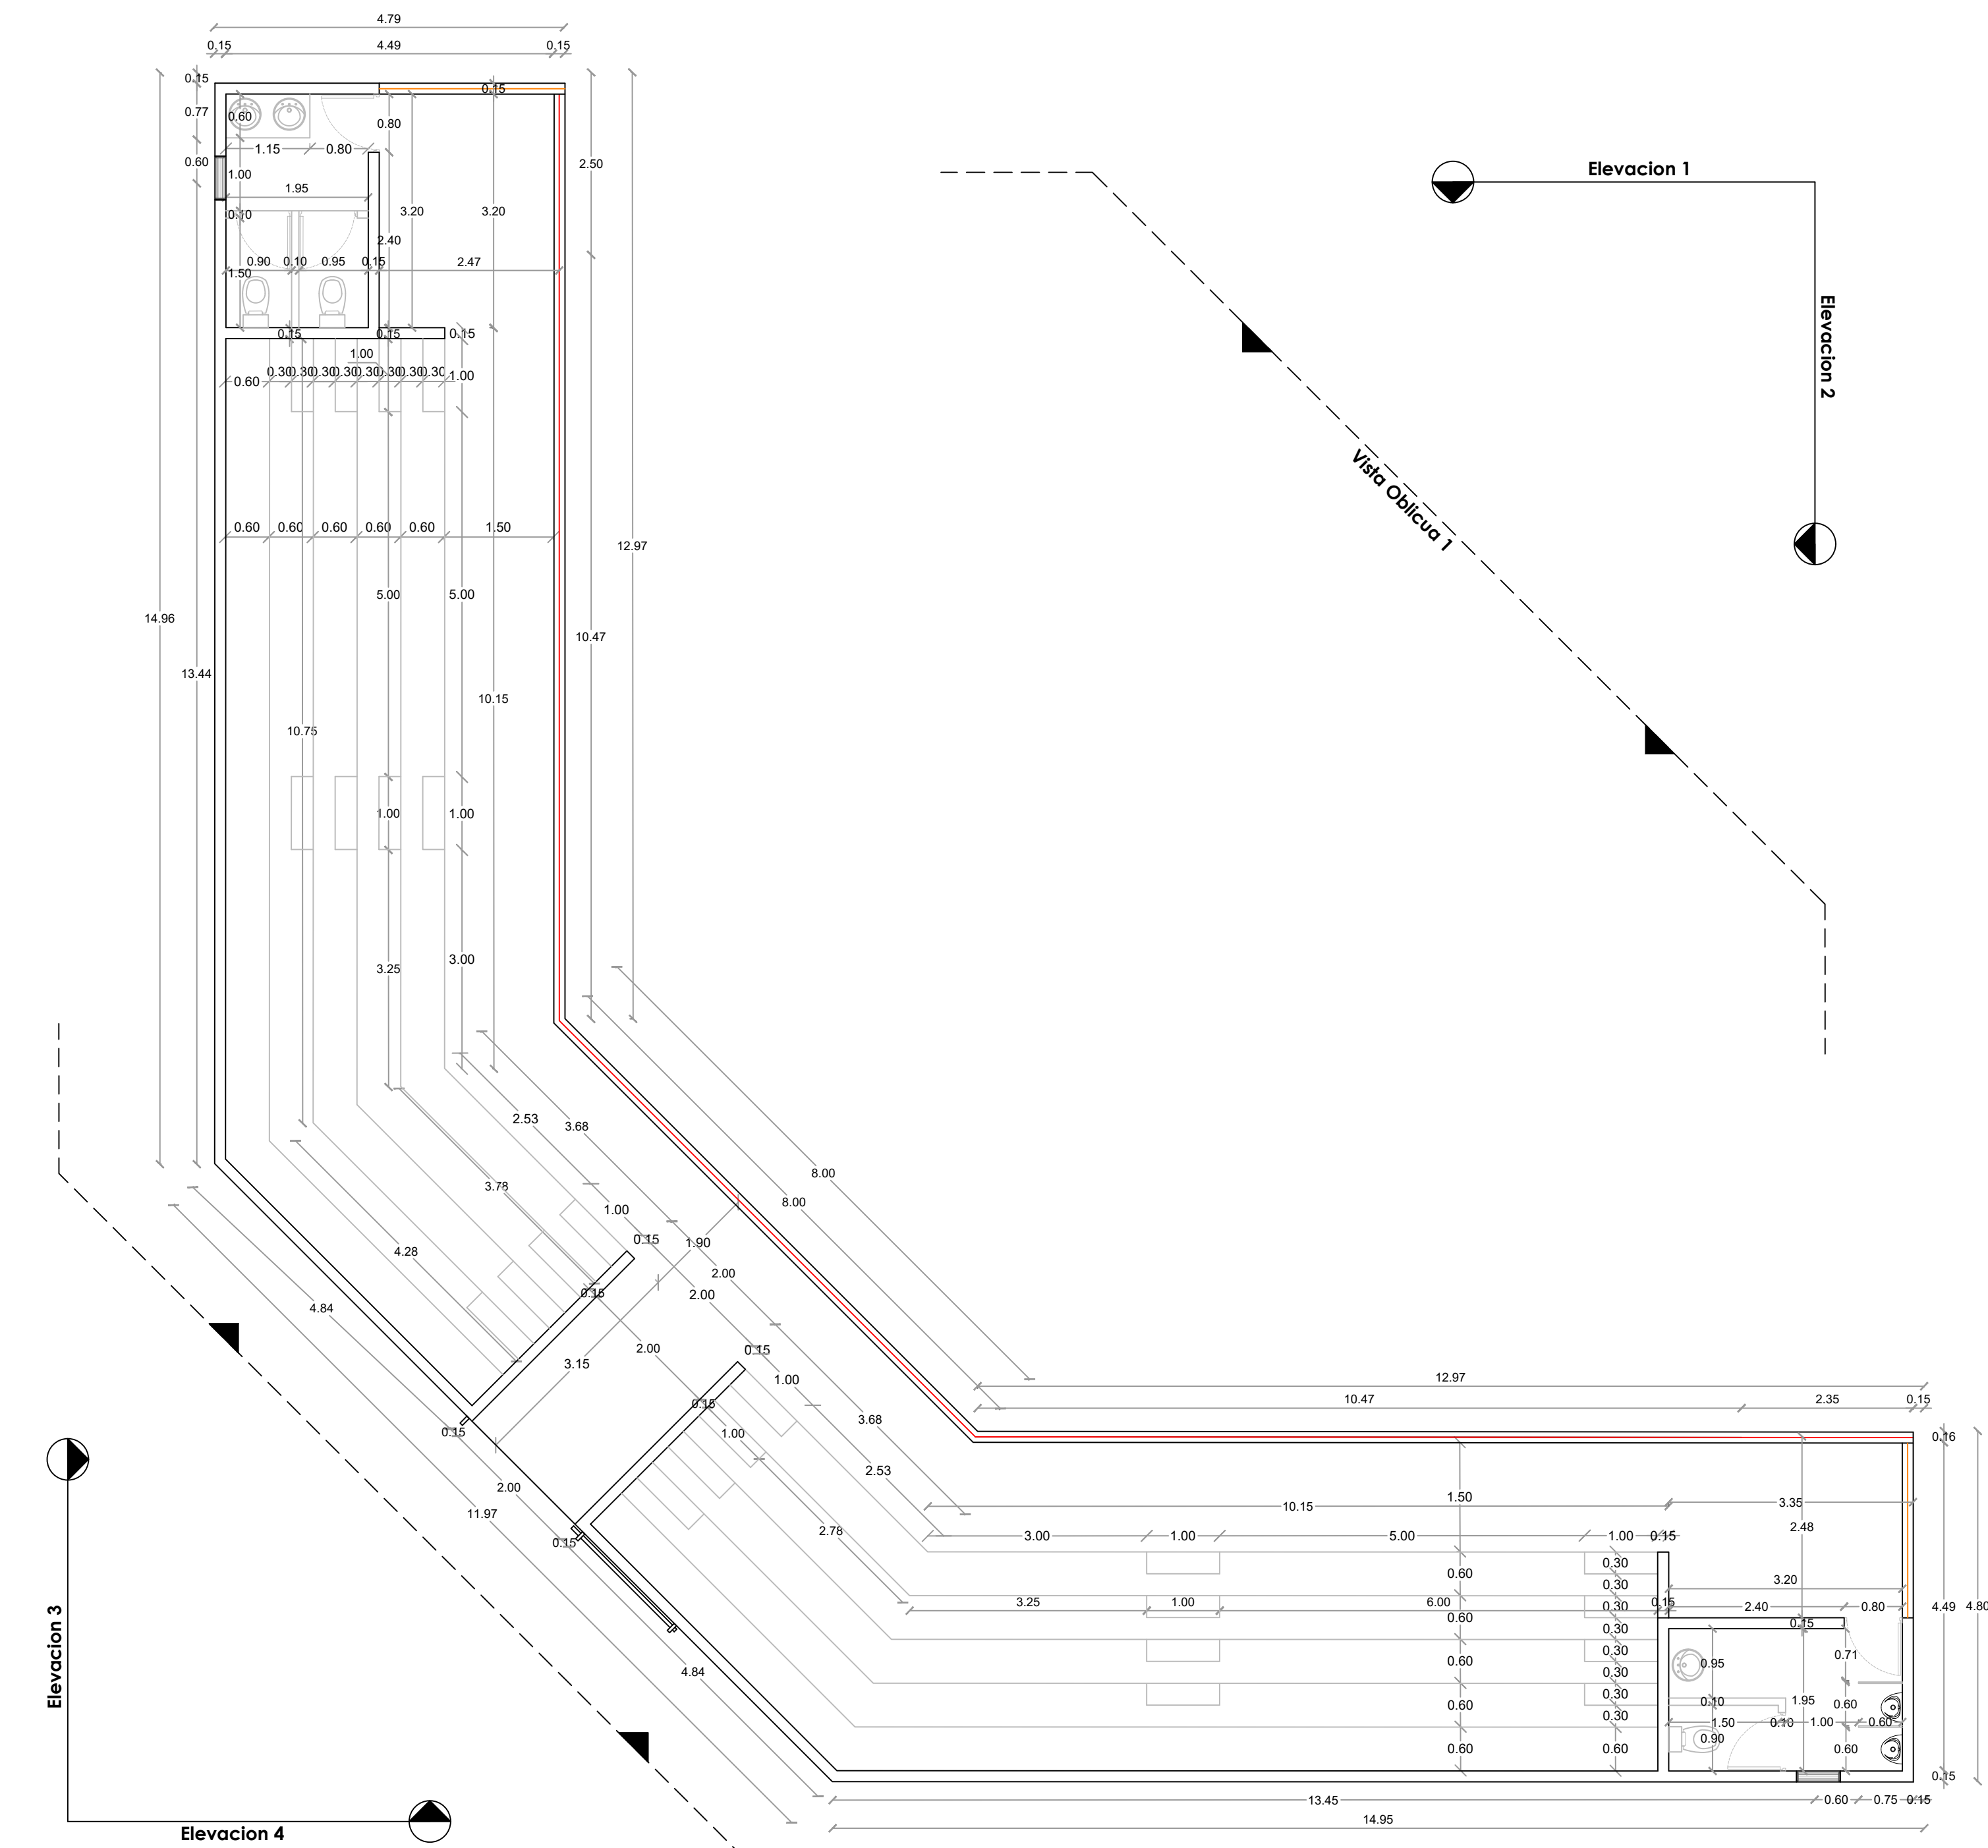

PLANTA DIMENSIONADA DE LOSAS - GRADAS

ESC. 1:100



Ave. Dr. Delgado, Esq. Moises Garcia,
Gazcue, Sto. Dgo., R.D.
TEL.: (809)-364-2189 | FAX.: (809)- 688-1665
E-Mail: info@cpadp.gob.do

PROYECTO:
**CONSTRUCCIÓN CAMPO DE
BEISBOL LAS CHARCAS,
MUNICIPIO LAS CHARCAS,
PROVINCIA AZUA**

EQUIPO DE TRABAJO:	
DISEÑO ARQUITECTONICO ARQ.	
ENC. INGENIERIA ING. FIOR DALIZA BONIFACIO	
ESTRUCTURAL ING.	
ELECTRICO ING.	
HIDRO-SANITARIO ING.	

SELLO DE APROBACION


FECHA


CONTENIDO:

ESCALA:
1:100


ESCALA:

NO. PAGINA:
029

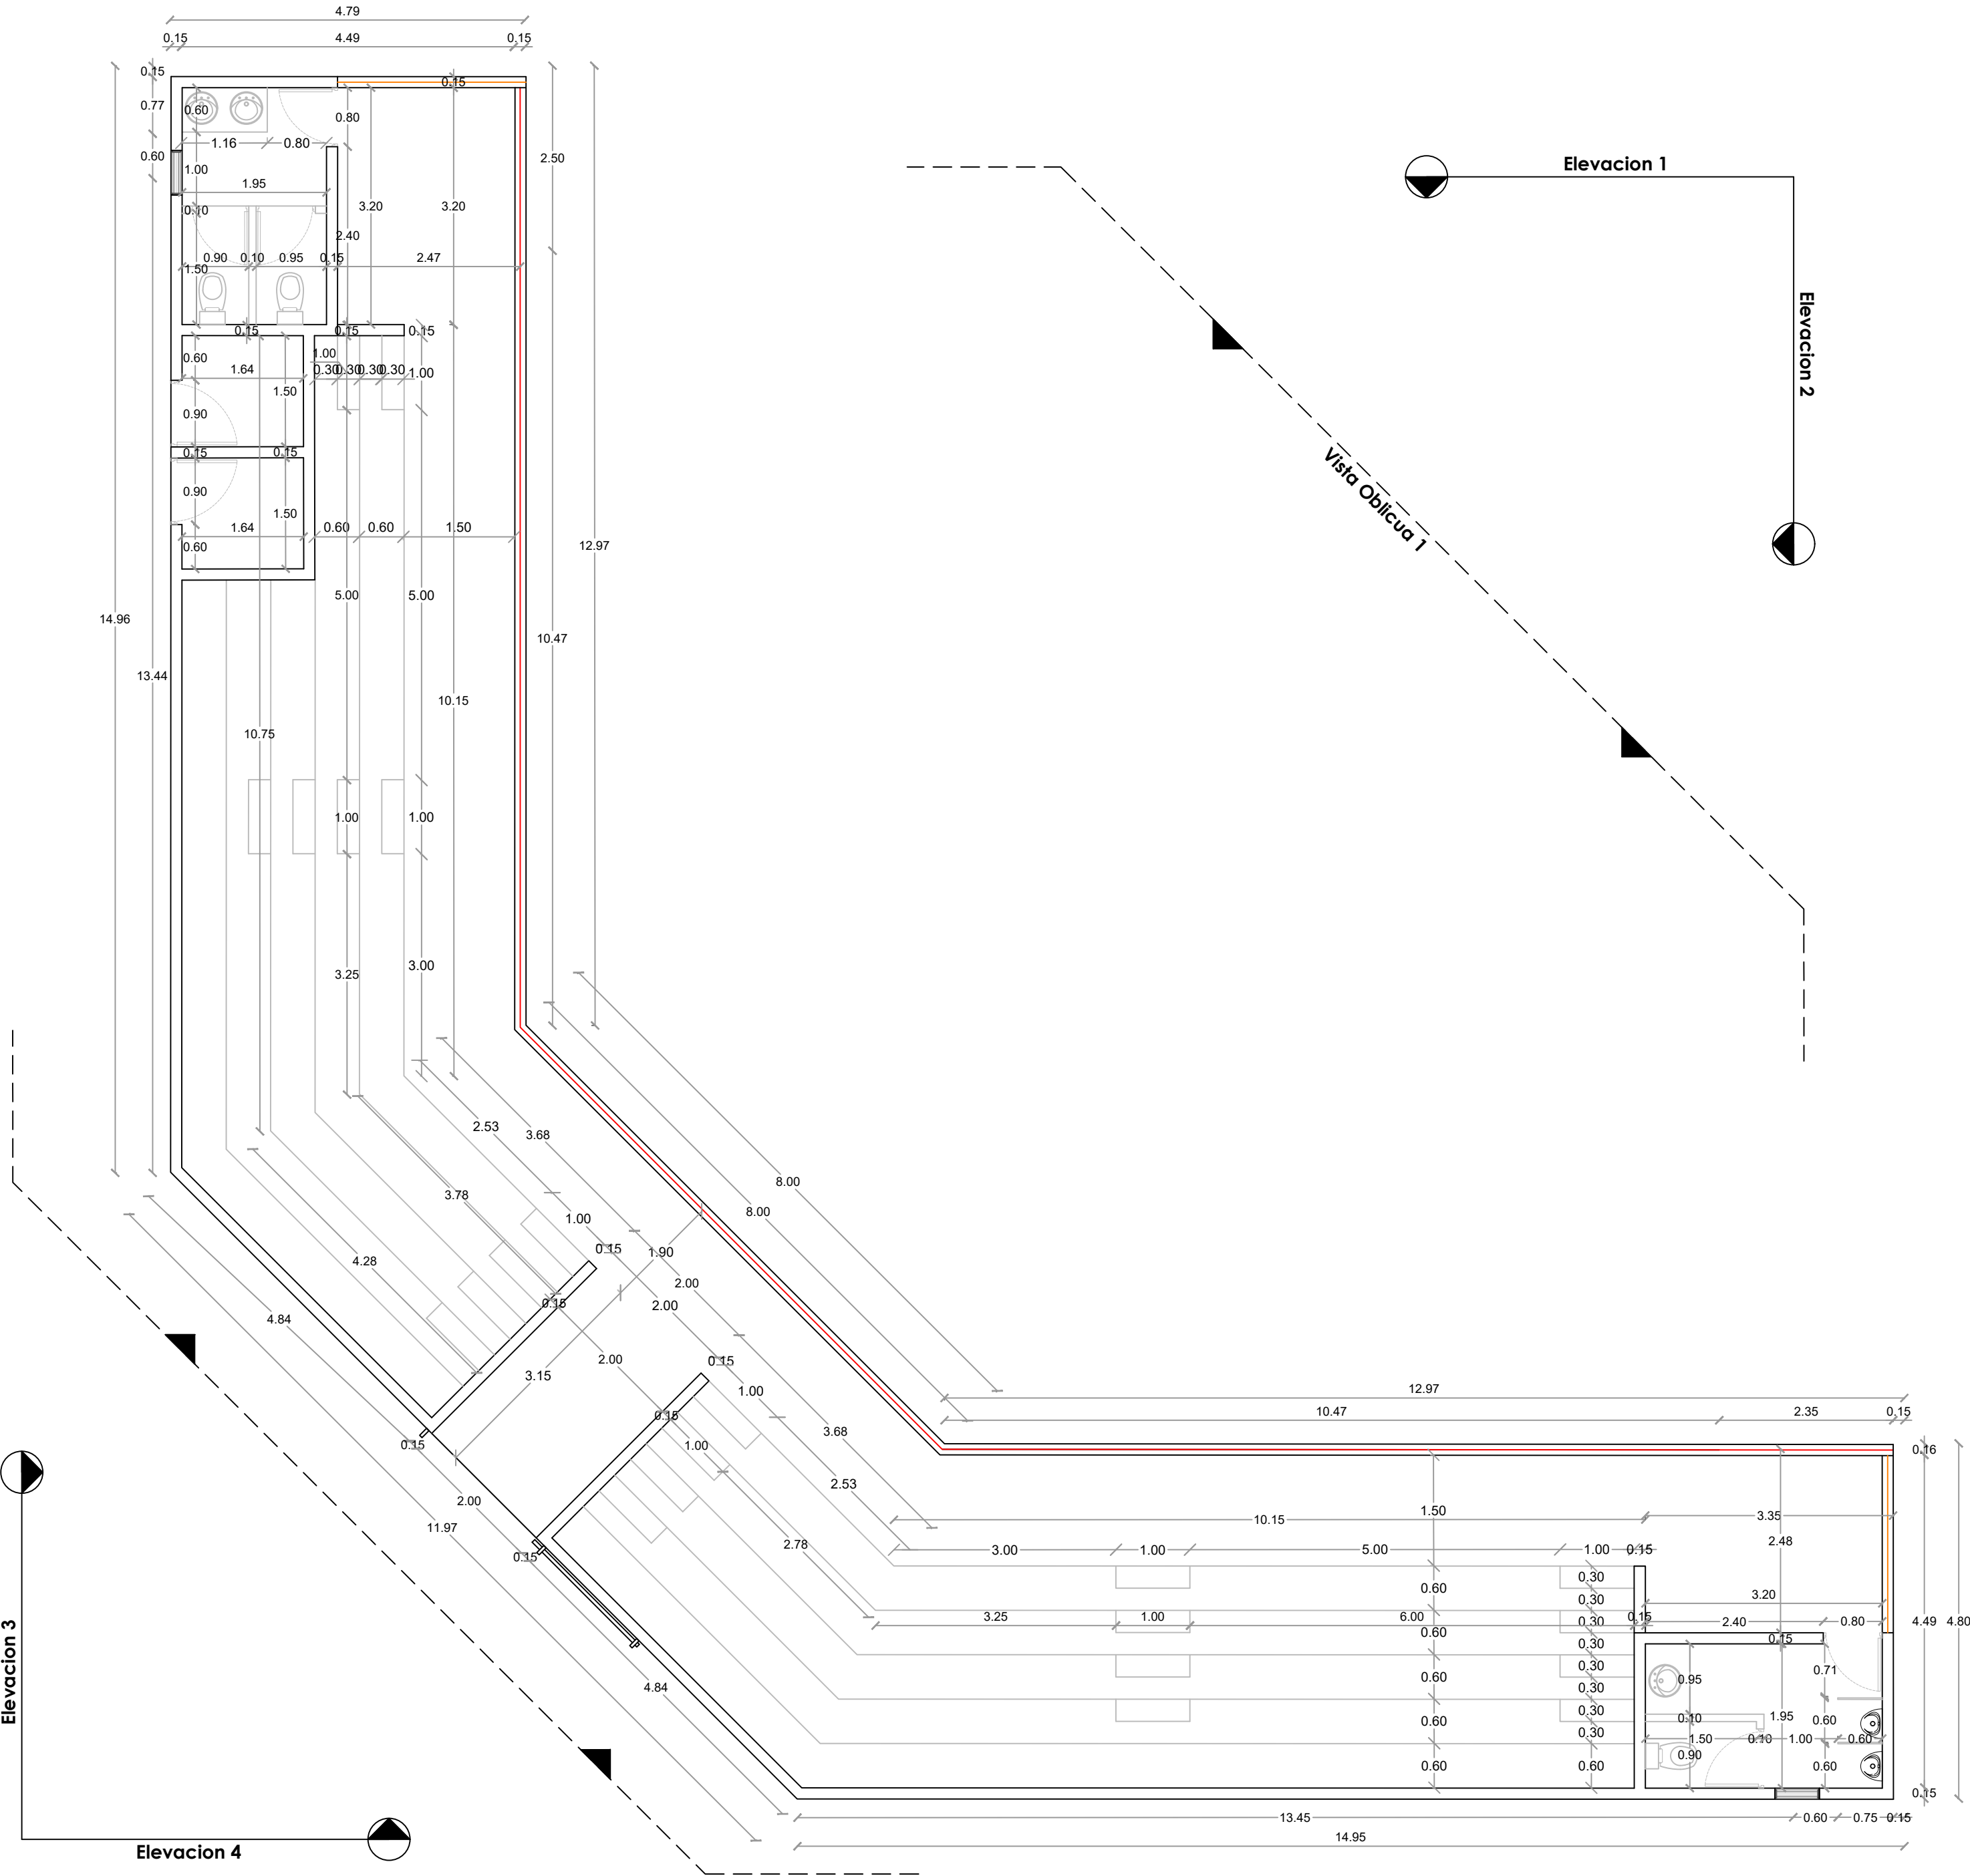


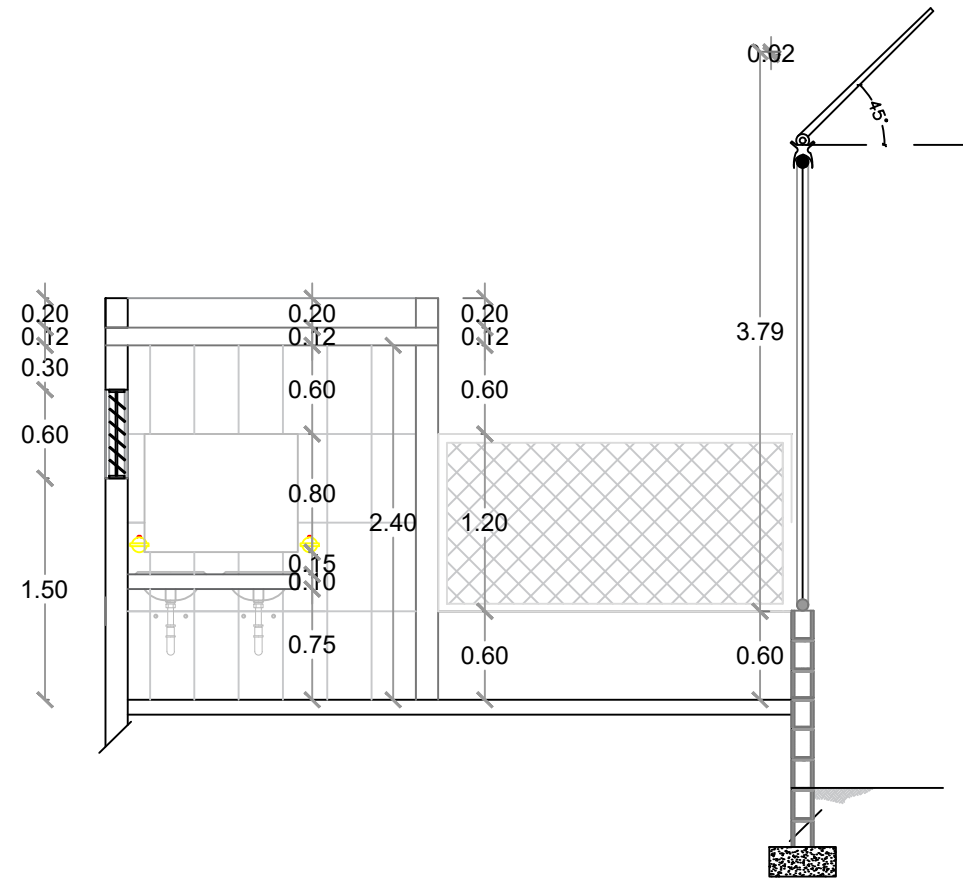


SECCIÓN A-A' - DIMENSIONADA - GRADAS
ESC. 1:75

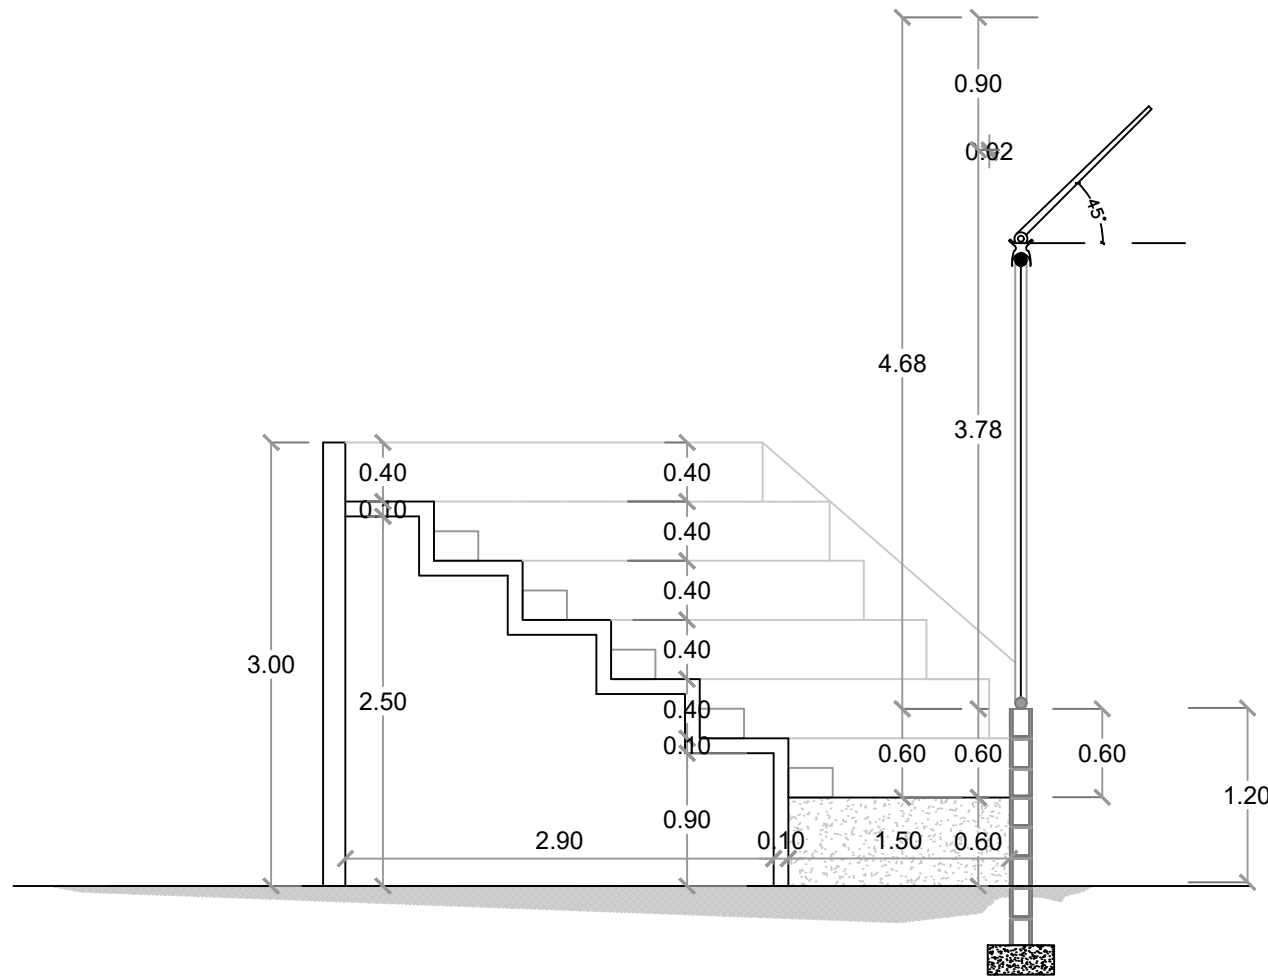

SECCIÓN B-B' - DIMENSIONADA - GRADAS
ESC. 1:75

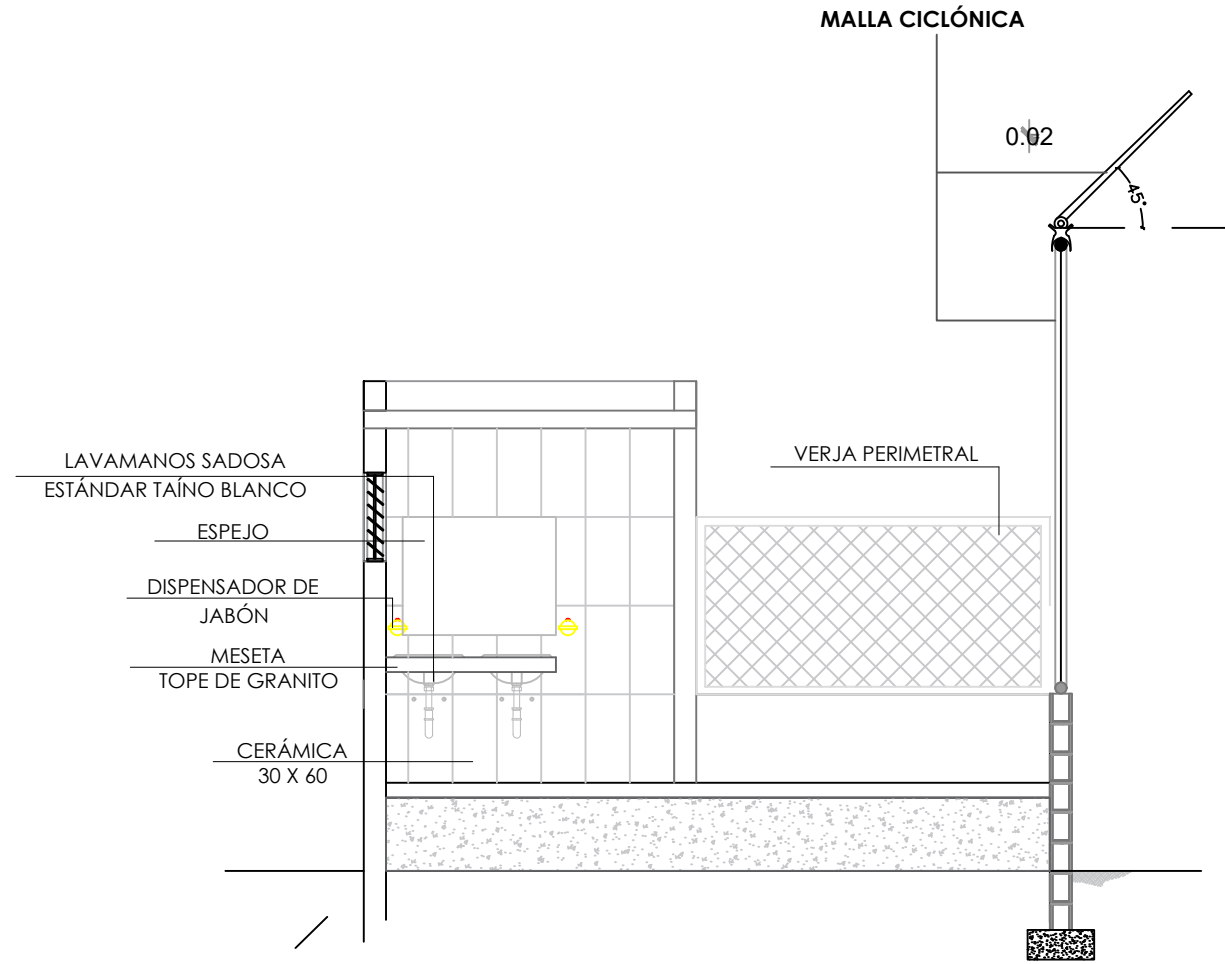

SECCIÓN A-A' - DETALLES - GRADAS
ESC. 1:75

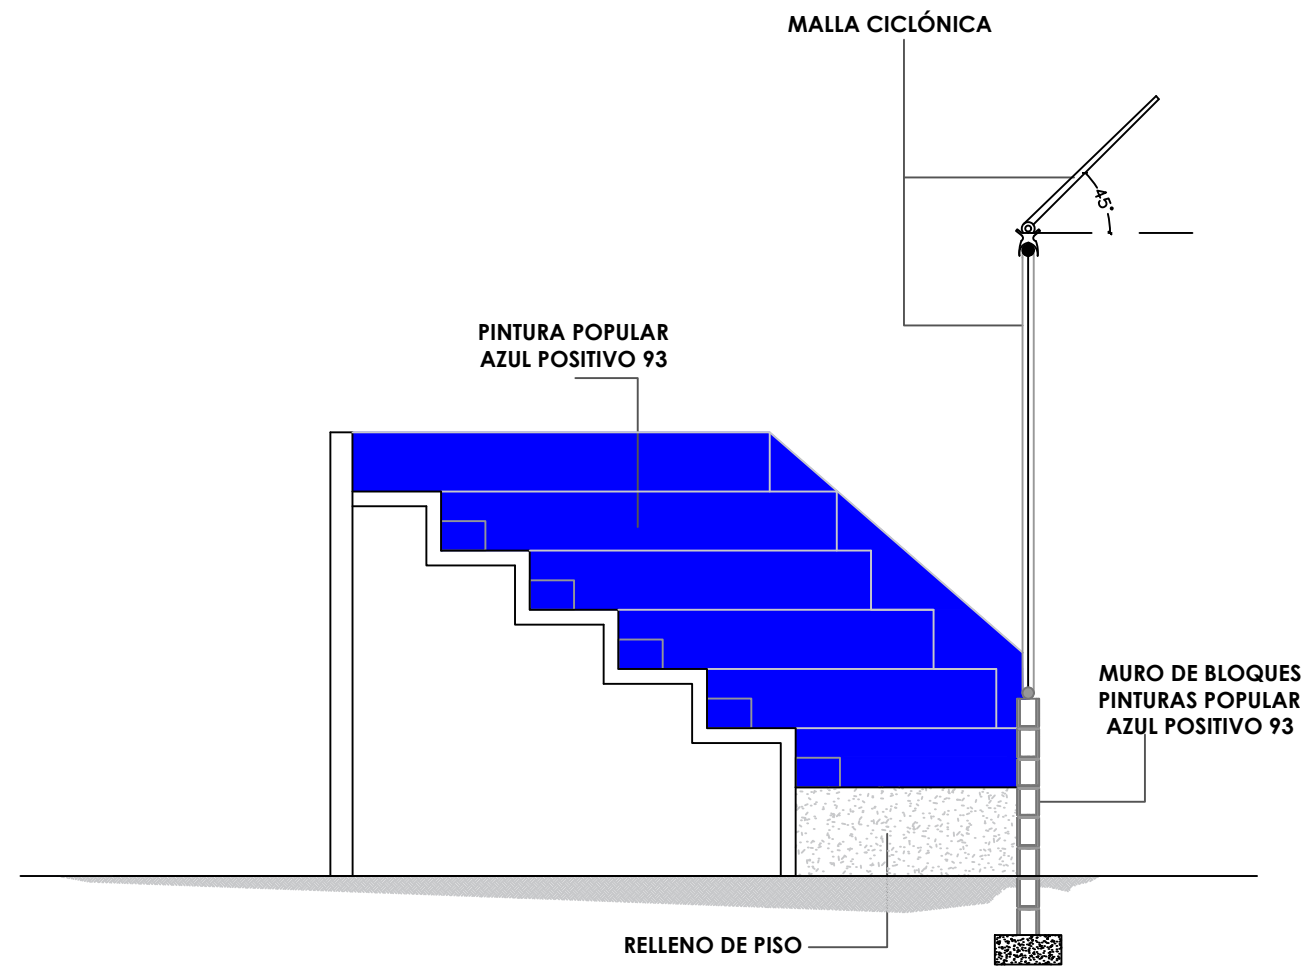

SECCIÓN B-B' - DETALLES - GRADAS
ESC. 1:75

DIRECCIÓN
DESARROLLO PROVINCIAL



Ave. Dr. Delgado, Esq. Moises Garcia,
Gazcue, Sto. Dgo., R.D.
TEL.: (809)-364-2189 | FAX.: (809)- 688-1665
E-Mail: info@cpadp.gob.do

PROYECTO:

**CONSTRUCCIÓN CAMPO DE
BEISBOL LAS CHARCAS,
MUNICIPIO LAS CHARCAS,
PROVINCIA AZUA**

EQUIPO DE TRABAJO:

DISEÑO ARQUITECTONICO

codia 00000

ENC. INGENIERIA
ING. FIOR DALIZA BONIFACIO

codia 00000

ESTRUCTURAL

ING.

codia 00000

ELECTRICO

ING.

codia 00000

HIDRO-SANITARIO

ING.

codia 00000

SELLO DE APROBACION

FECHA

CONTENIDO:


SECCIONES

ESCALA:

1:75


NO. PAGINA:

030

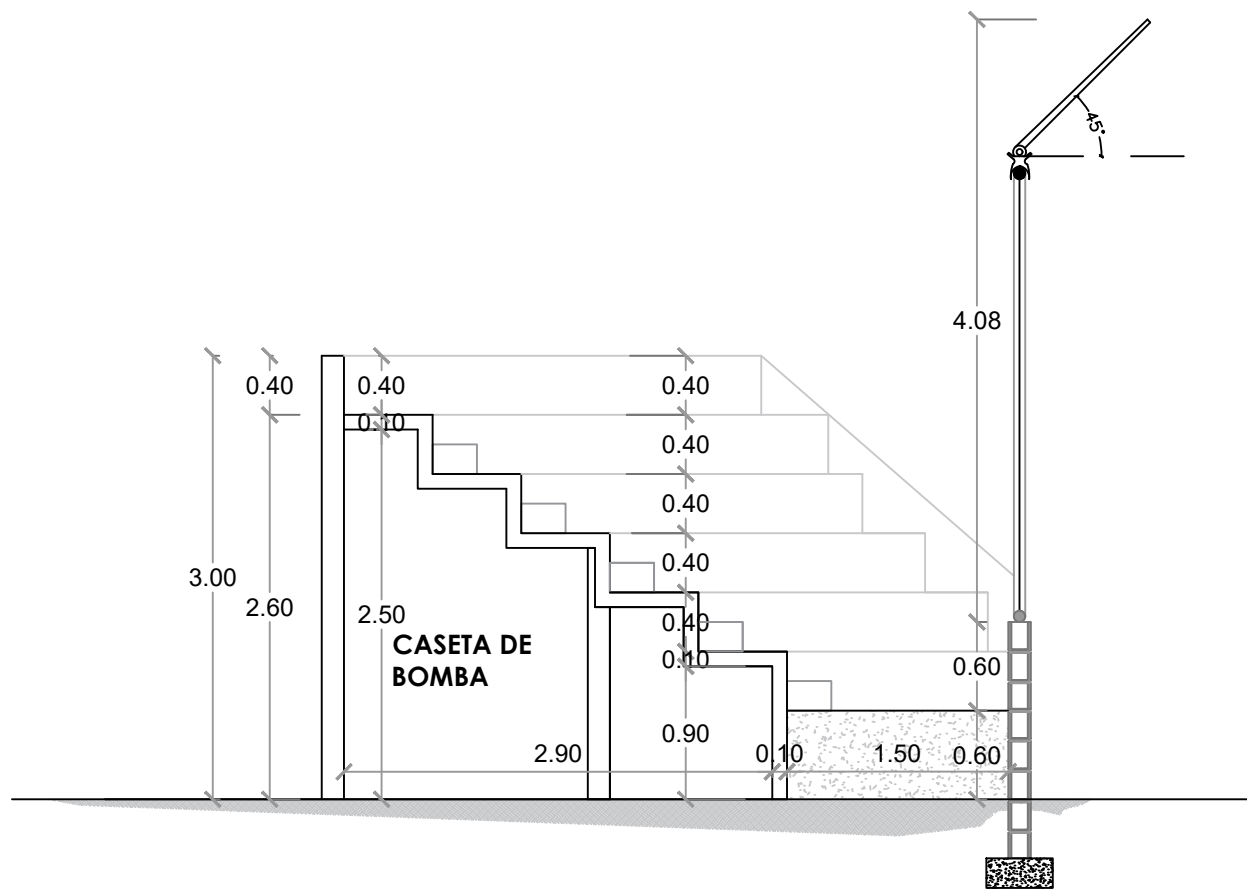

SECCIÓN C-C - DIMENSIONADA - GRADAS

ESC. 1:75

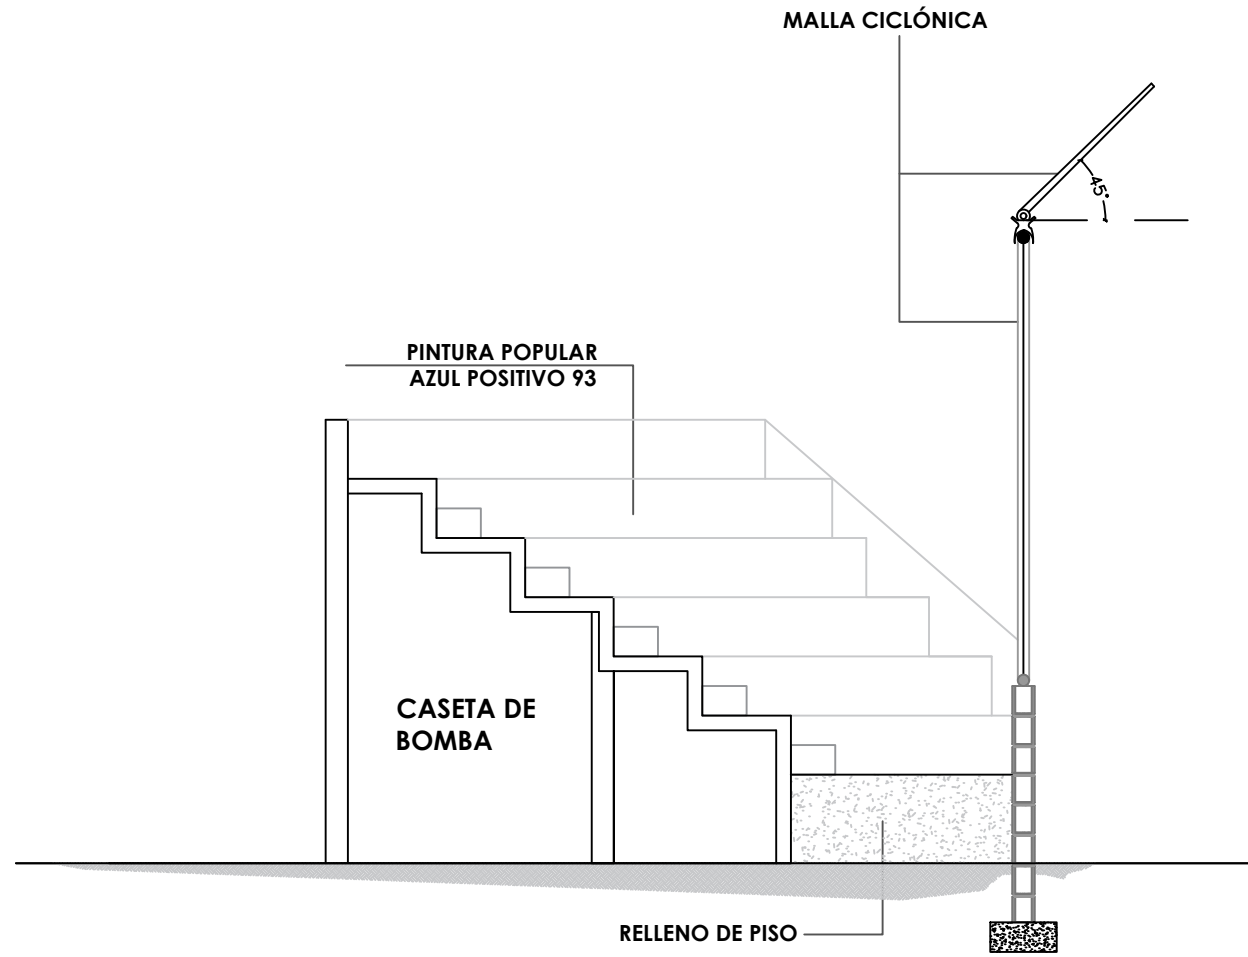

SECCIÓN C-C' - DETALLES - GRADAS

ESC. 1:75

DIRECCIÓN
DESARROLLO PROVINCIAL



Ave. Dr. Delgado, Esq. Moises Garcia,
Gazcue, Sto. Dgo., R.D.
TEL.: (809)-364-2189 | FAX.: (809)- 688-1665
E-Mail: info@cpadp.gob.do

PROYECTO:

**CONSTRUCCIÓN CAMPO DE
BEISBOL LAS CHARCAS,
MUNICIPIO LAS CHARCAS,
PROVINCIA AZUA**

EQUIPO DE TRABAJO:

DISÑO ARQUITECTONICO

codia 00000

ENC. INGENIERIA
ING. FIOR DALIZA BONIFACIO

codia 00000

ESTRUCTURAL

ING.

codia 00000

ELECTRICO

ING.

codia 00000

HIDRO-SANITARIO

ING.

codia 00000

SELLO DE APROBACION

FECHA

CONTENIDO:

SECCIONES

ESCALA:

1:75

1:75

NO. PAGINA:

031



Ave. Dr. Delgado, Esq. Moises Garcia,
Gazcue, Sto. Dgo., R.D.
TEL.: (809)-364-2189 | FAX.: (809)- 688-1665
E-Mail: info@cpadp.gob.do

PROYECTO:

CONSTRUCCIÓN CAMPO DE
BEISBOL LAS CHARCAS,
MUNICIPIO LAS CHARCAS,
PROVINCIA AZUA

EQUIPO DE TRABAJO:

DISEÑO ARQUITECTONICO

codia 00000

ENC. INGENIERIA

ING. FIOR DALIZA BONIFACIO

codia 00000

ESTRUCTURAL

ING.

codia 00000

ELECTRICO

ING.

codia 00000

HIDRO-SANITARIO

ING.

codia 00000

SELLO DE APROBACION

FECHA


CONTENIDO:

ESCALA:


1:60

NO. PAGINA:


032

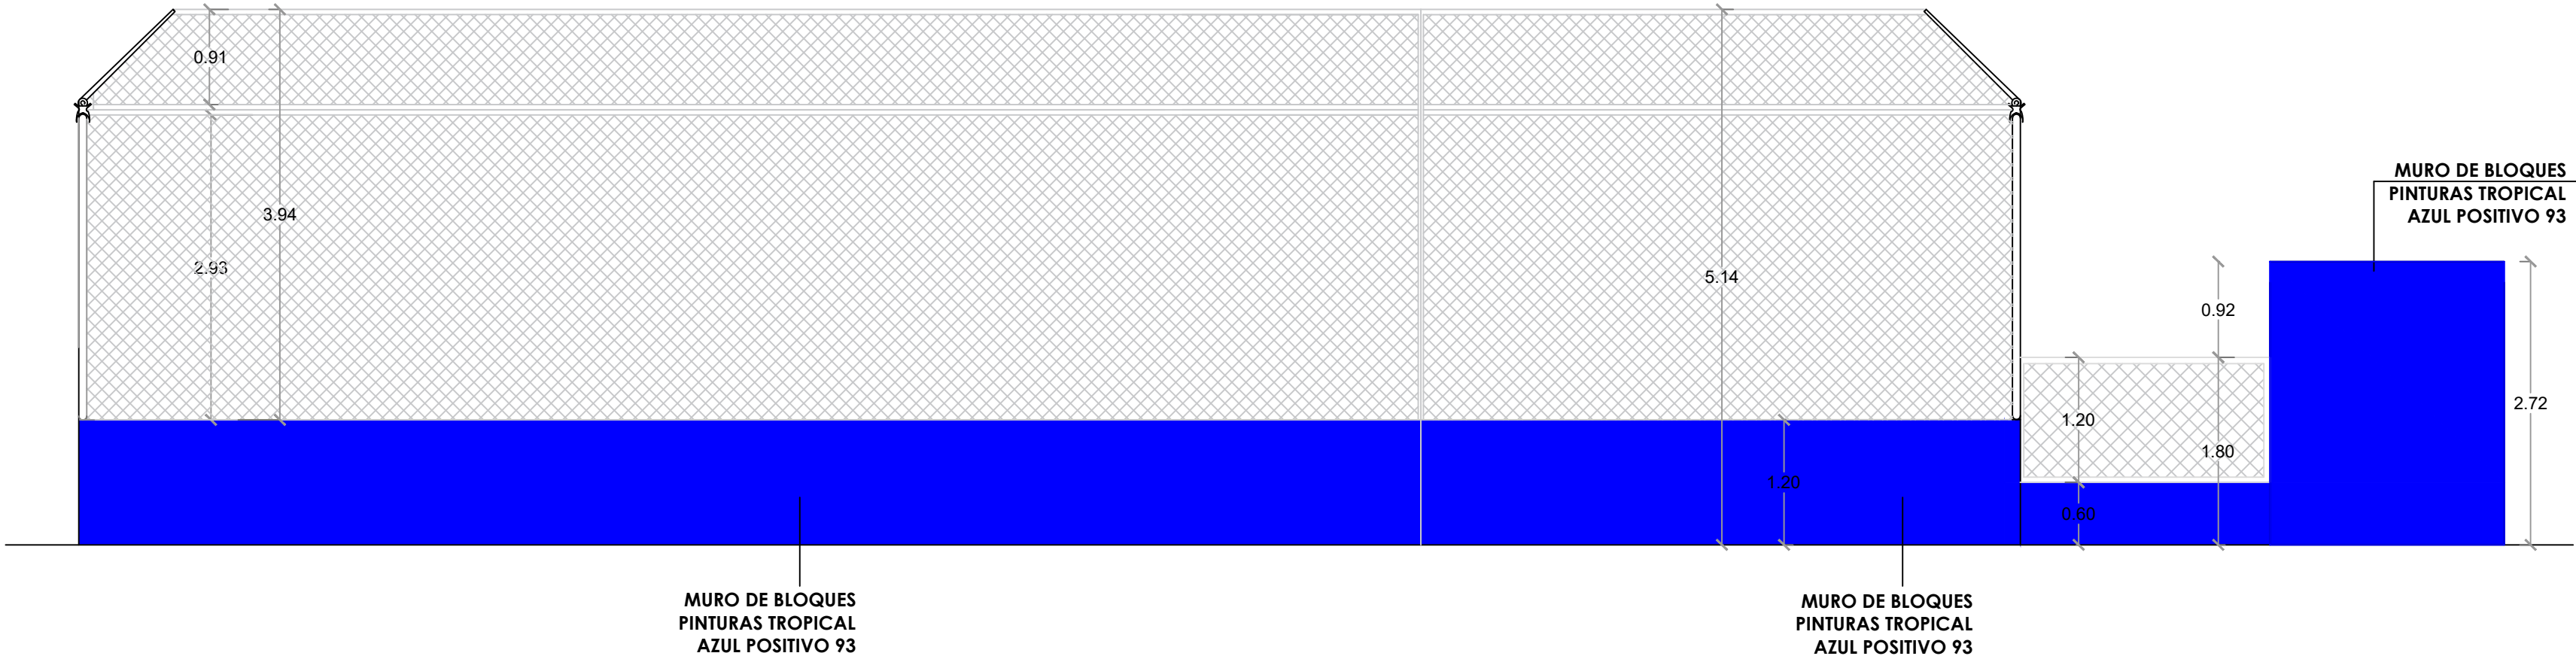


1
00 ELEVACIÓN 1 - GRADAS
ESC. 1:75

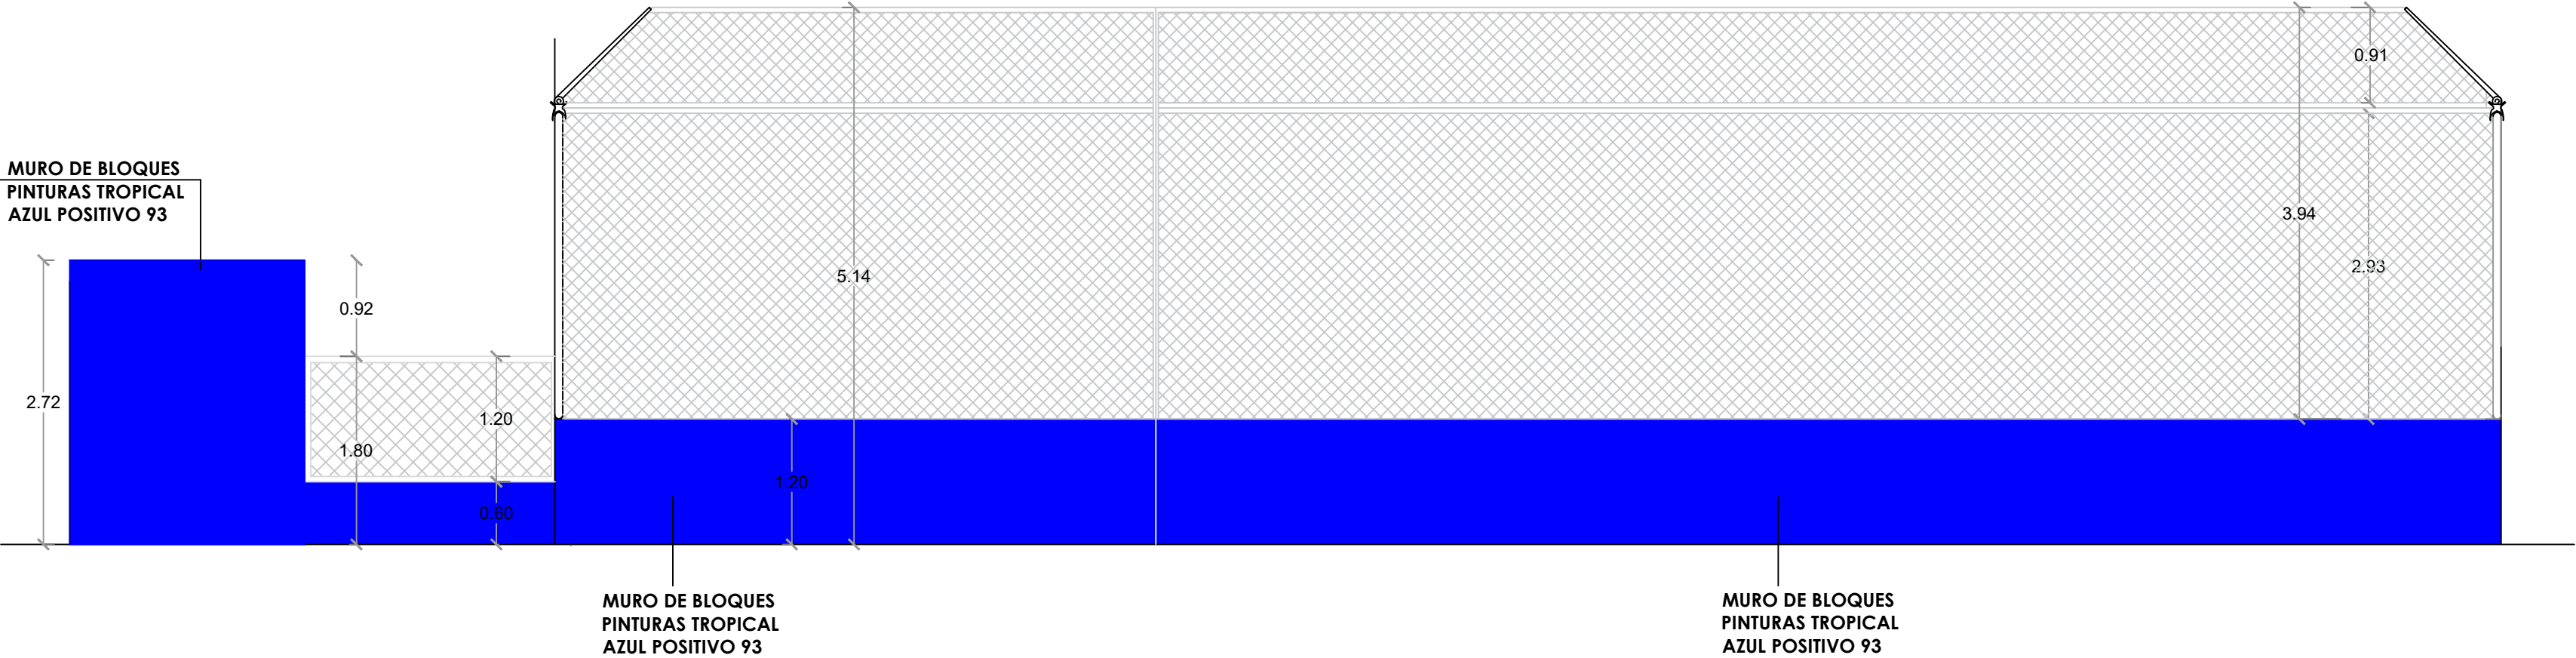

1
00 ELEVACIÓN 2 - GRADAS
ESC. 1:75

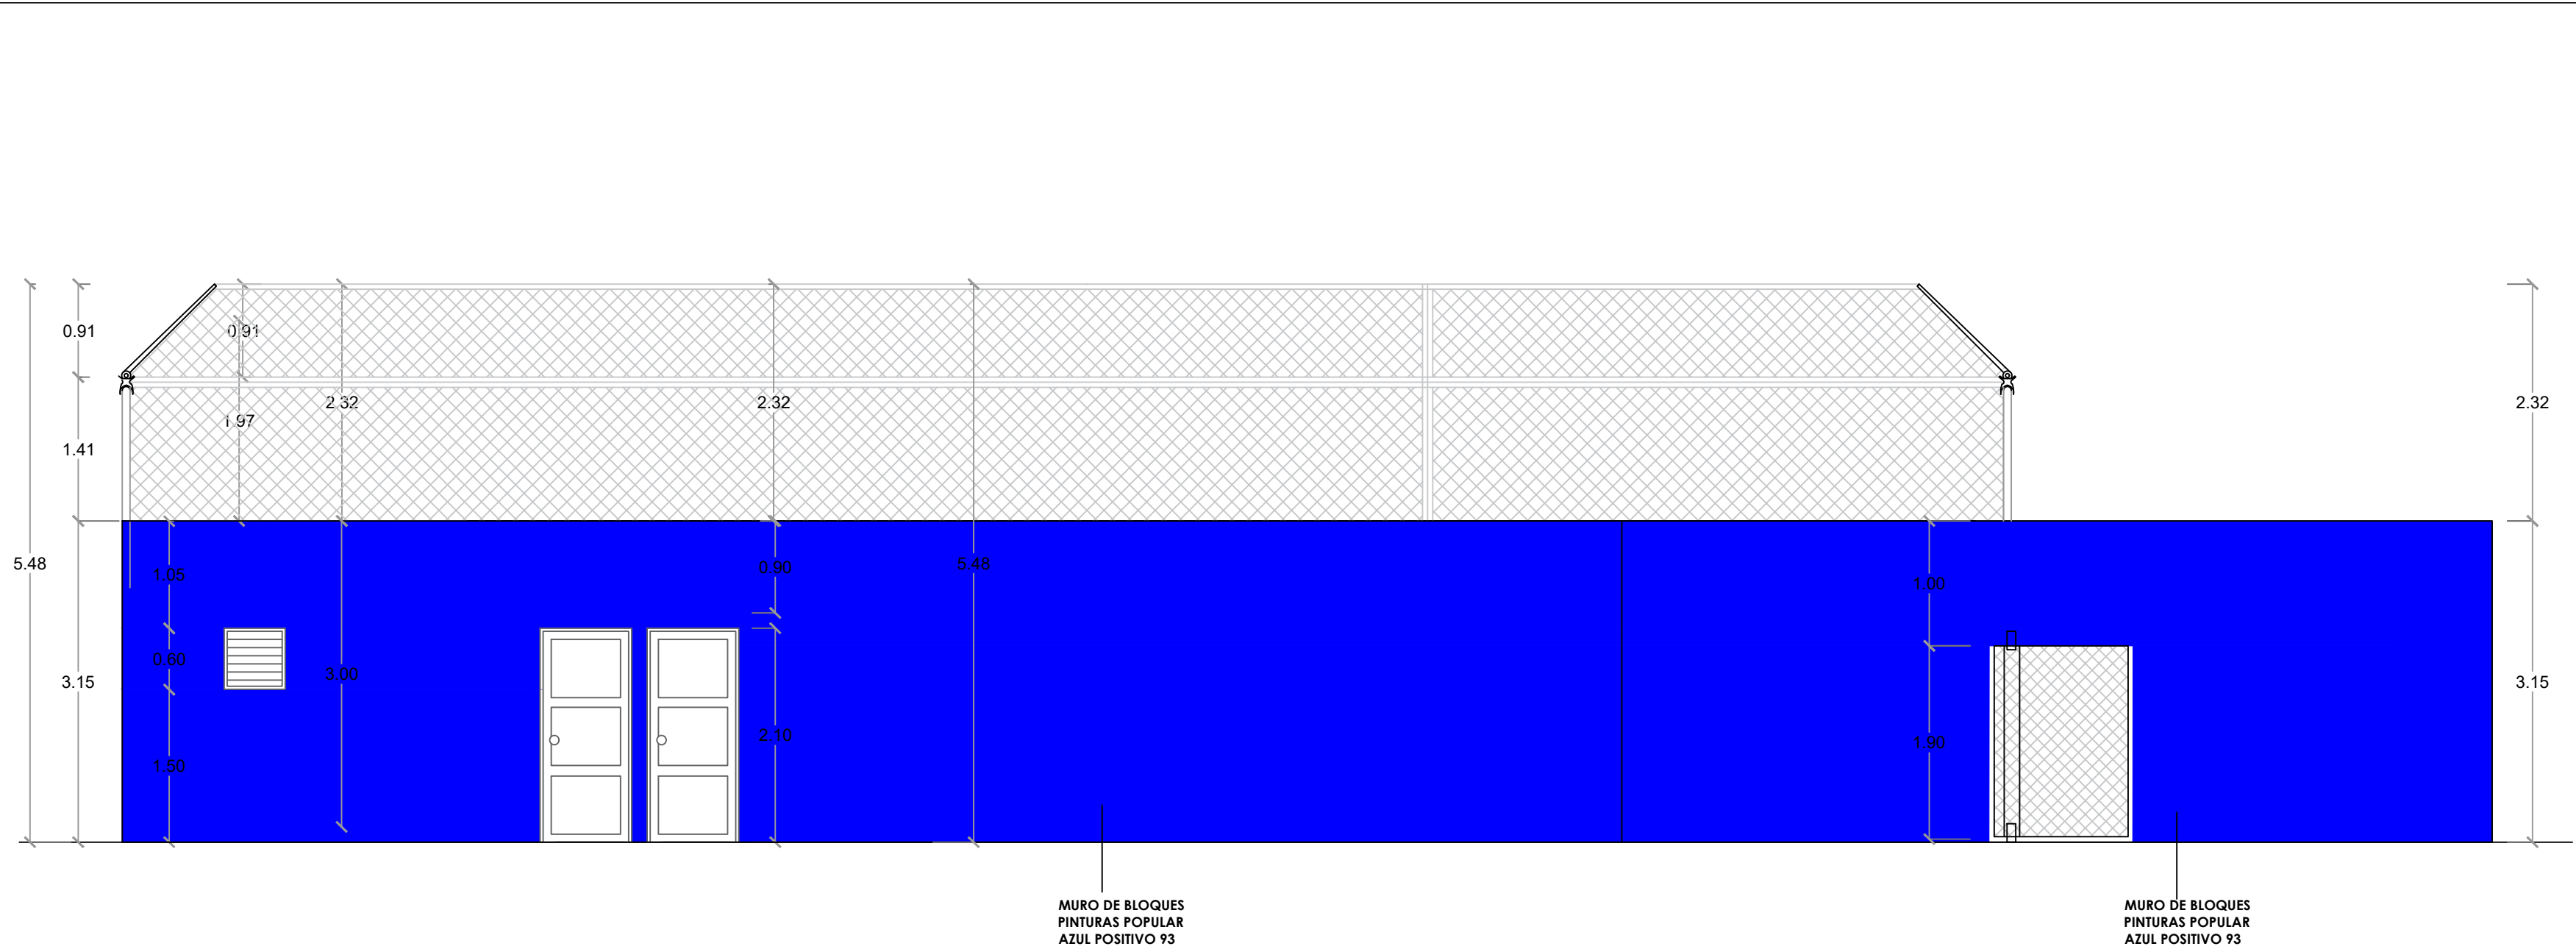

ELEVACIÓN 3 - GRADAS
ESC. 1:75

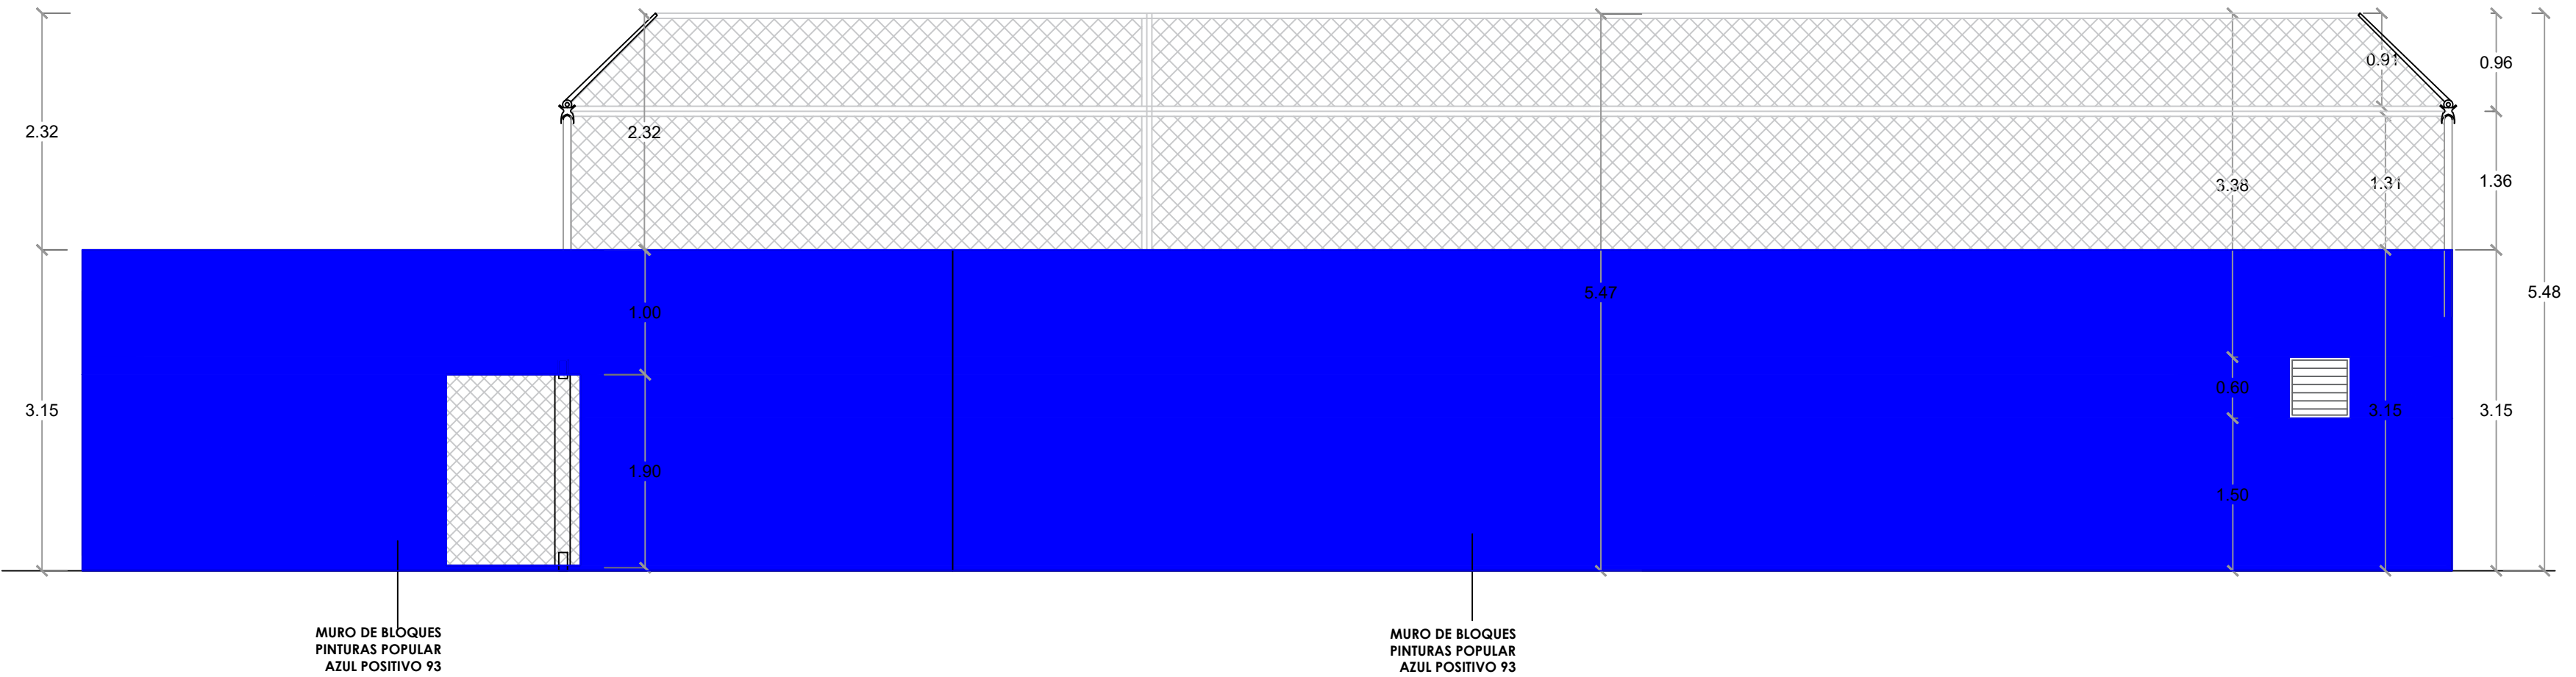

ELEVACIÓN 4 - GRADAS
ESC. 1:75

DIRECCIÓN
DESARROLLO PROVINCIAL



Ave. Dr. Delgado, Esq. Moises Garcia,
Gazcue, Sto. Dgo., R.D.
TEL.: (809)-364-2189 | FAX.: (809)- 688-1665
E-Mail: info@cpadp.gob.do

PROYECTO:
**CONSTRUCCIÓN CAMPO DE
BEISBOL LAS CHARCAS,
MUNICIPIO LAS CHARCAS,
PROVINCIA AZUA**

EQUIPO DE TRABAJO:

DISEÑO ARQUITECTONICO

codia 00000

ENC. INGENIERIA
ING. FIOR DALIZA BONIFACIO

codia 00000

ESTRUCTURAL
ING.

codia 00000

ELECTRICO
ING.

codia 00000

HIDRO-SANITARIO
ING.

codia 00000

SELLO DE APROBACION

FECHA

CONTENIDO:

ESCALA:
1:50

NO. PAGINA:

033

PROYECTO:

**CONSTRUCCIÓN CAMPO DE
BEISBOL LAS CHARCAS,
MUNICIPIO LAS CHARCAS,
PROVINCIA AZUA**

EQUIPO DE TRABAJO:

DISEÑO ARQUITECTONICO

codia 00000

ENC. INGENIERIA
ING. FIOR DALIZA BONIFACIO

codia 00000

ESTRUCTURAL

ING.

codia 00000

ELECTRICO

ING.

codia 00000

HIDRO-SANITARIO

ING.

codia 00000

SELO DE APROBACION

FECHA


CONTENIDO:

ESCALA:


1:50

NO. PAGINA:


034

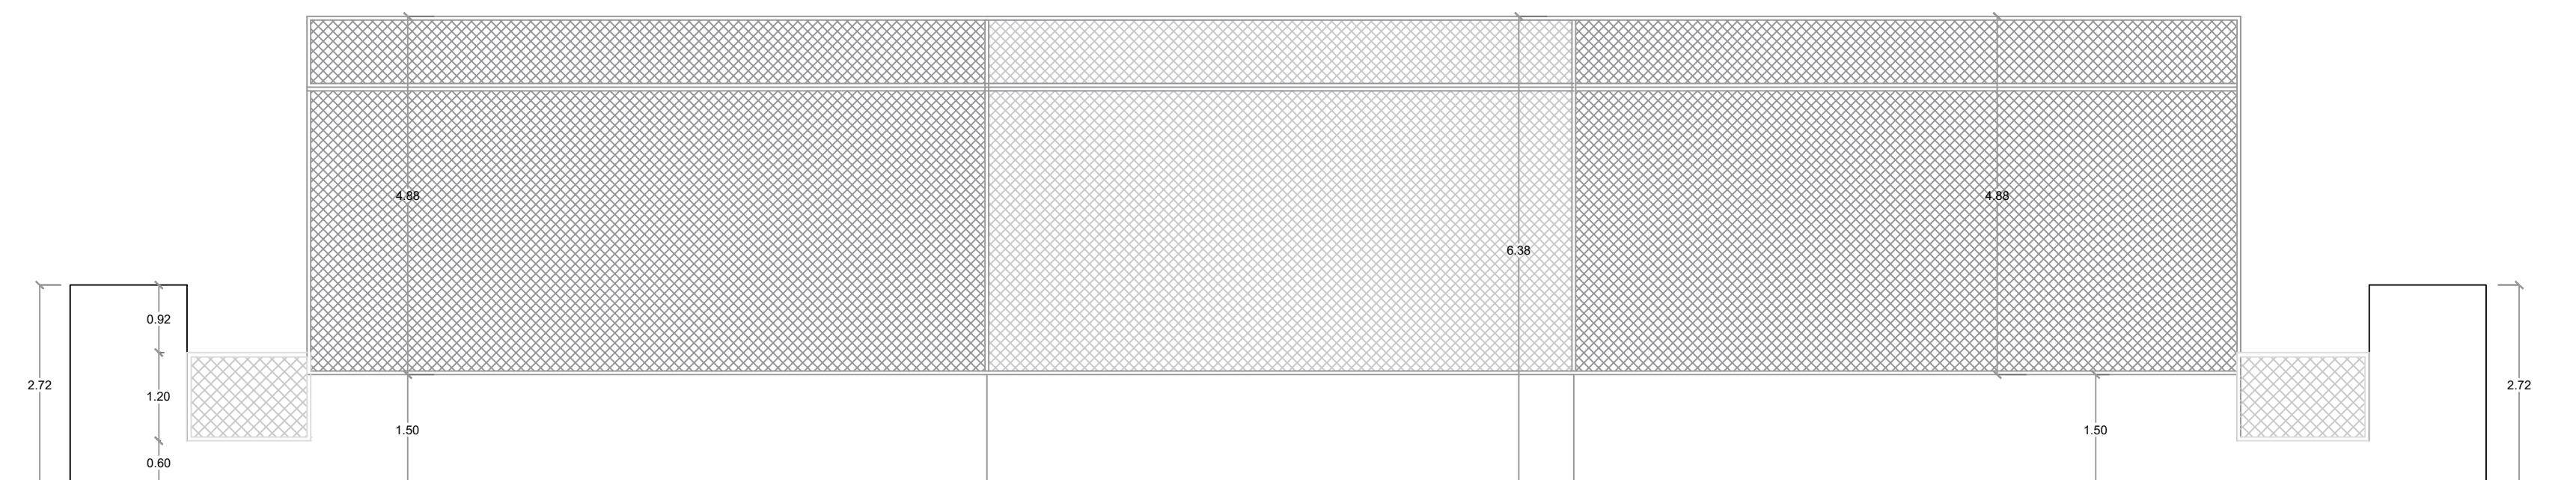


 ELEVACIÓN OBLICUA 1
ESC. 1:100

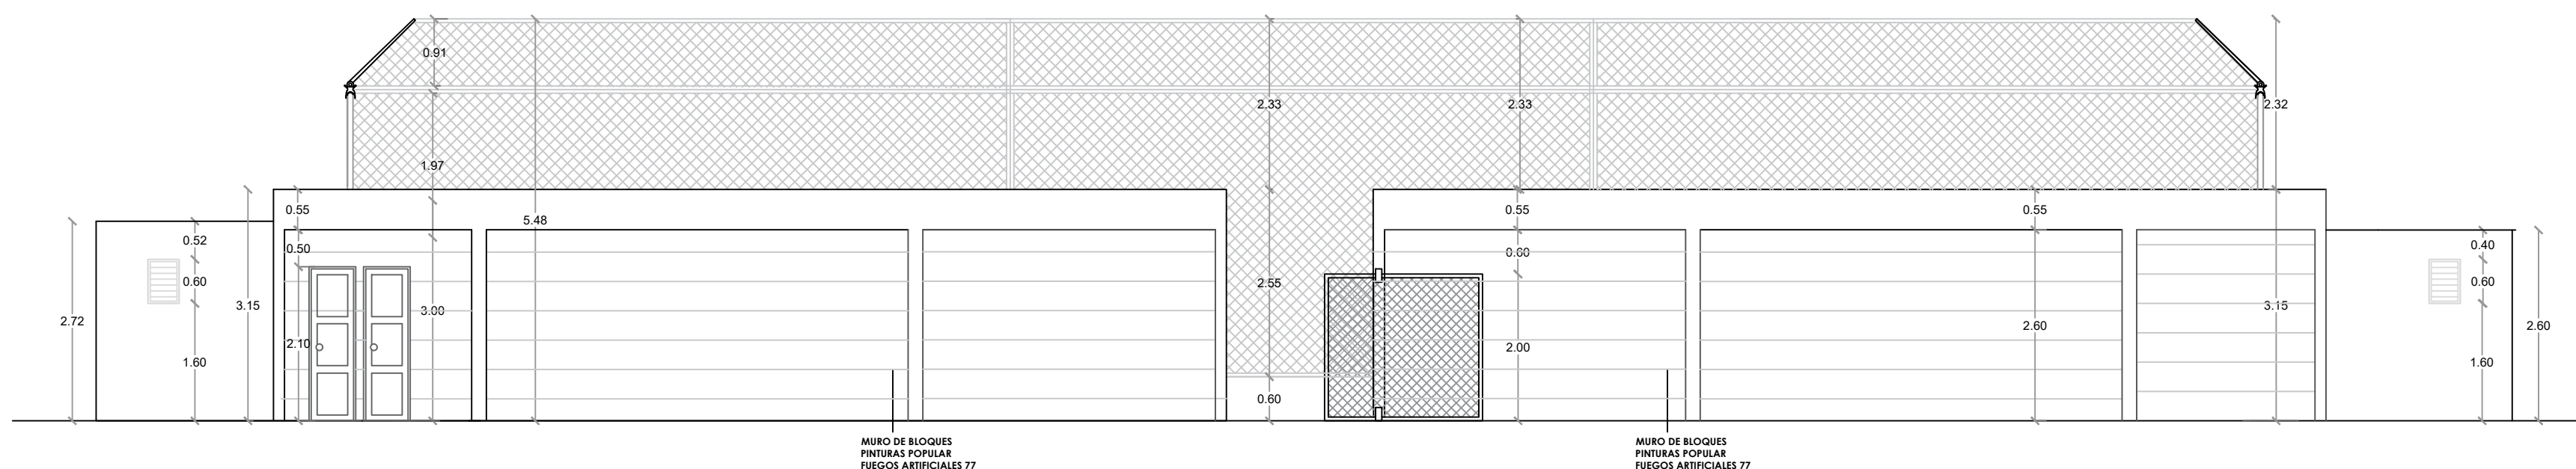

1
00 ELEVACIÓN OBLICUA 2
ESC. 1:100

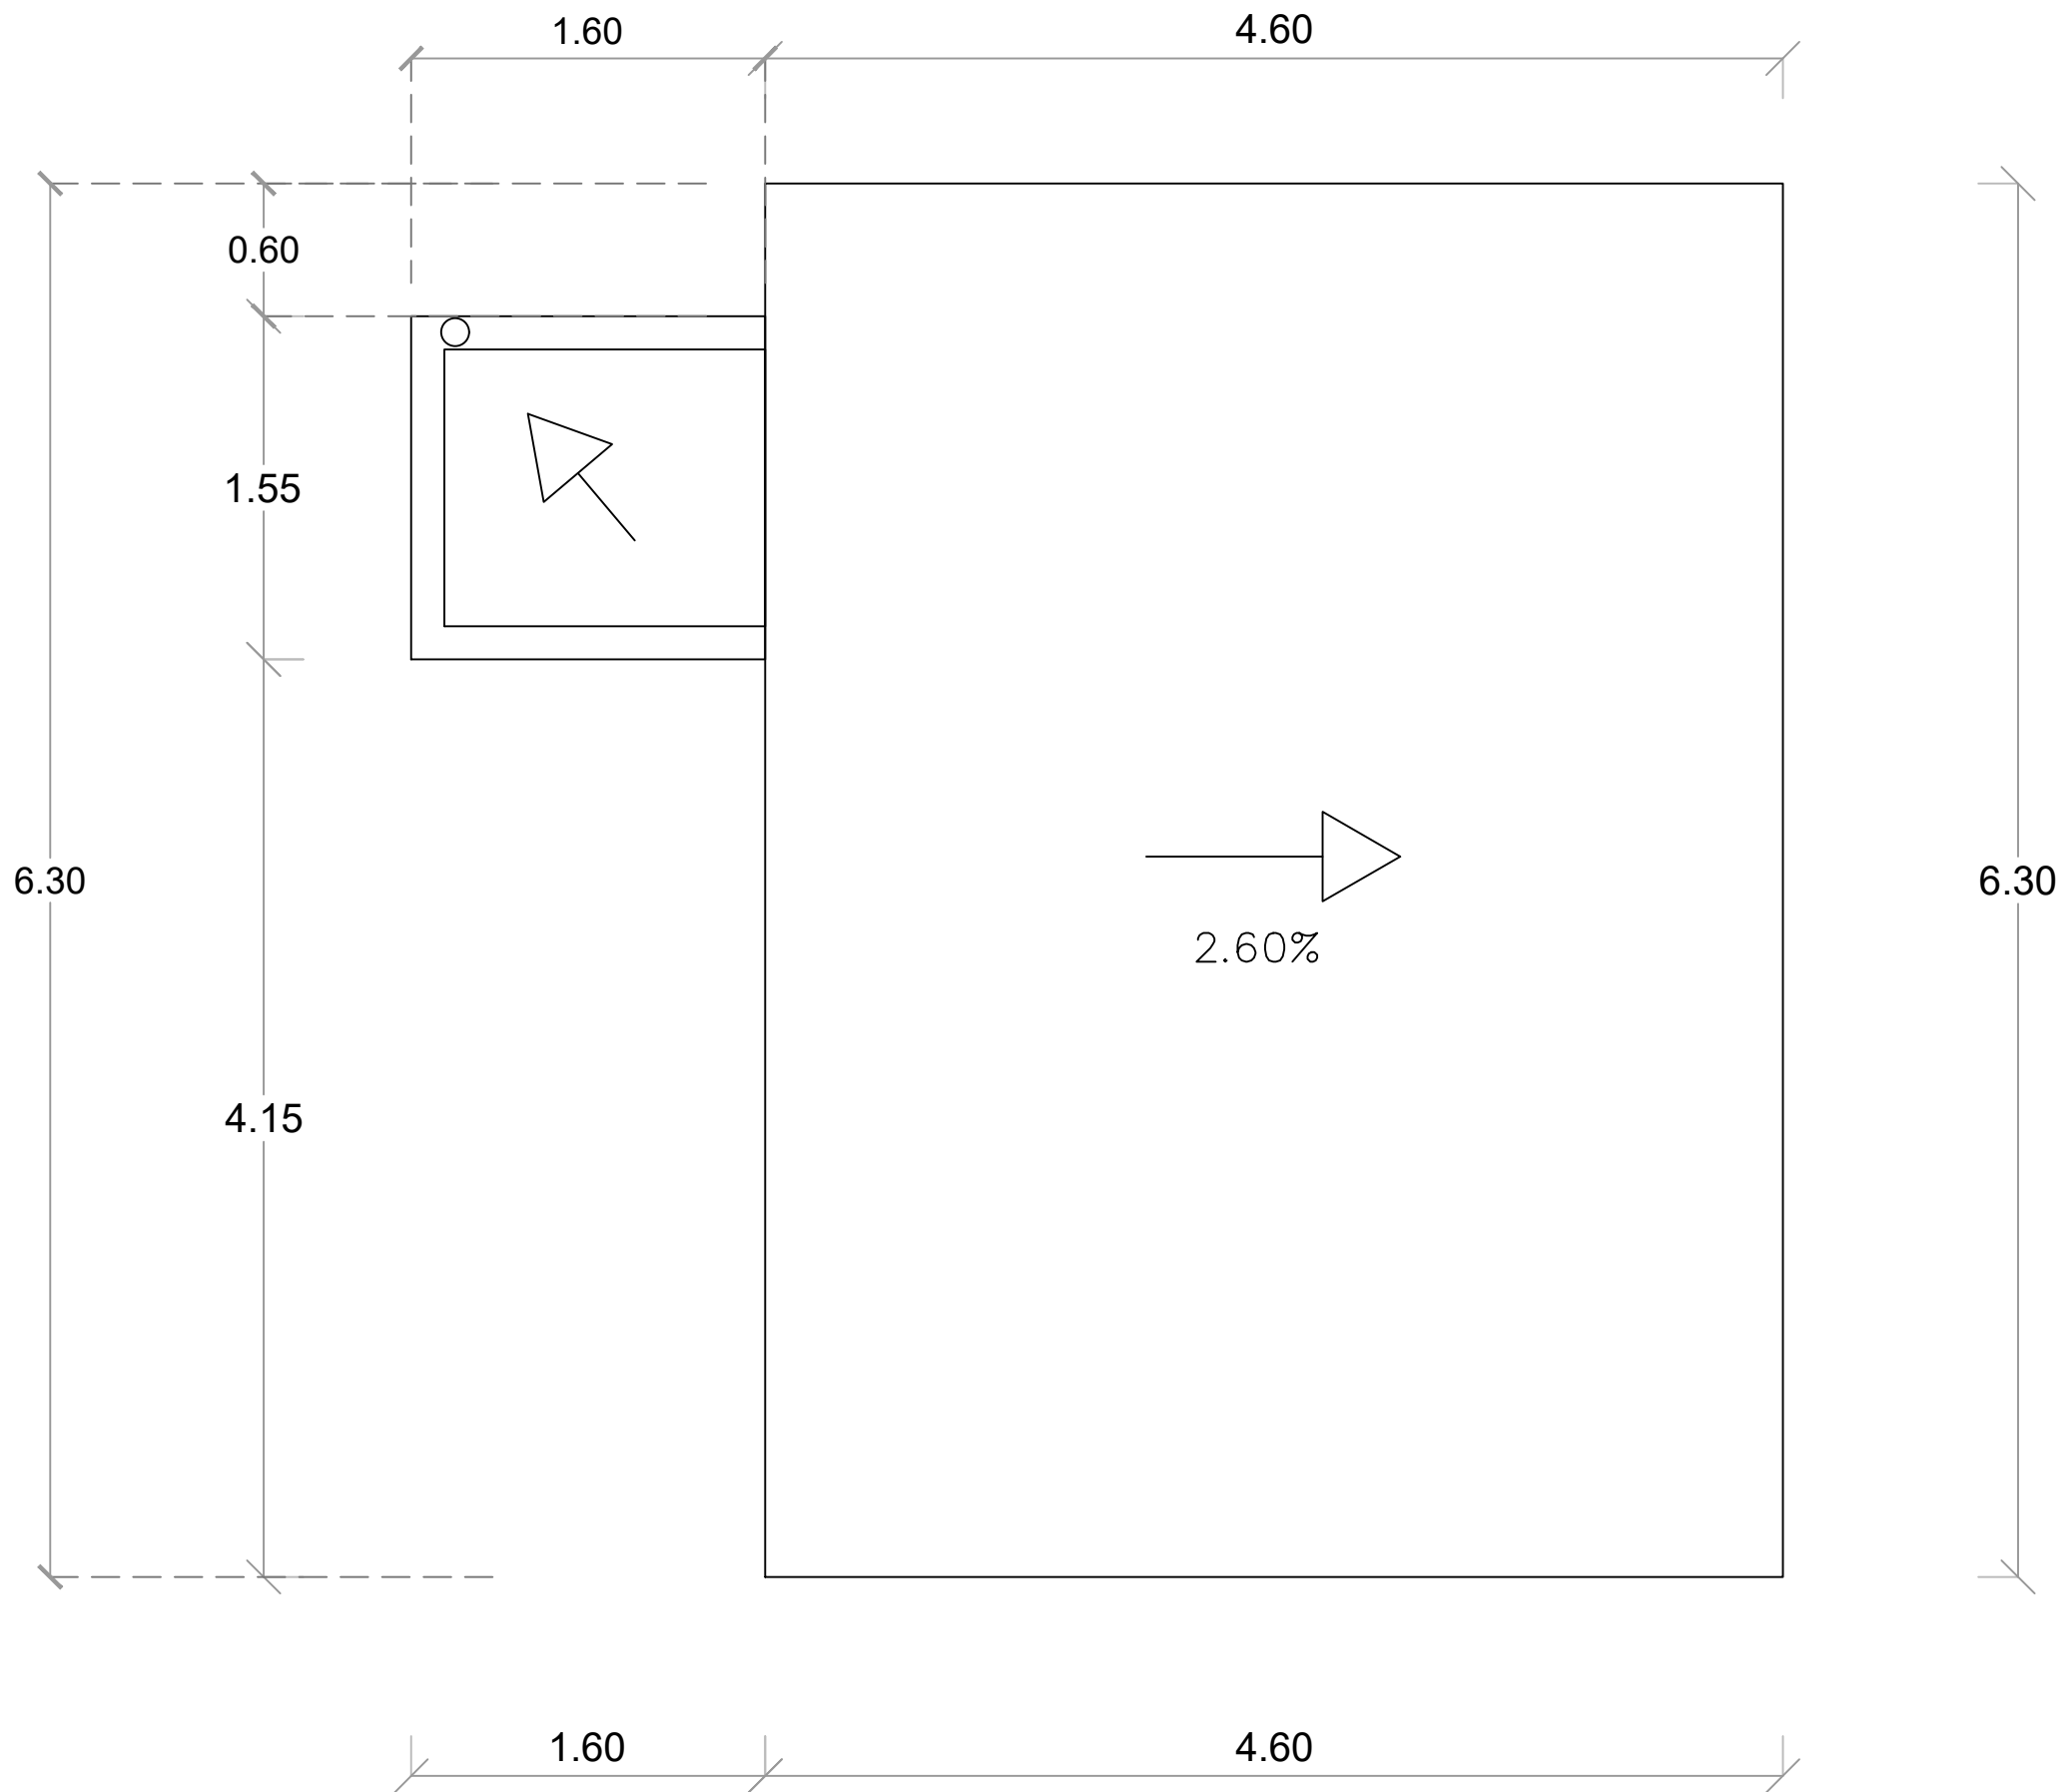

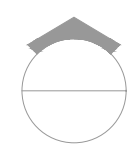 PLANTA ARQUITECTÓNICA DE TECHO - CAFETERÍA
ESC. 1:20

DIRECCIÓN
DESARROLLO PROVINCIAL



Ave. Dr. Delgado, Esq. Moises Garcia,
Gazcue, Sto. Dgo., R.D.
TEL.: (809)-364-2189 | FAX.: (809)- 688-1665
E-Mail: info@cpadp.gob.do

PROYECTO:
**CONSTRUCCIÓN CAMPO DE
BEISBOL LAS CHARCAS,
MUNICIPIO LAS CHARCAS,
PROVINCIA AZUA**

EQUIPO DE TRABAJO:	
DISEÑO ARQUITECTONICO	
	codia 00000
ENC. INGENIERIA	
ING. FIOR DALIZA BONIFACIO	
	codia 00000
ESTRUCTURAL	
ING.	codia 00000
ELECTRICO	
ING.	codia 00000
HIDRO-SANITARIO	
ING.	codia 00000

SELLO DE APROBACION

FECHA

CONTENIDO:
**PLANTA ARQUITECTÓNICA
DE TECHO- CAFETERIA**

ESCALA:
1:50

NO. PAGINA:

035



Ave. Dr. Delgado, Esq. Moises Garcia,
Gazcue, Sto. Dgo., R.D.
TEL.: (809)-364-2189 | FAX.: (809)- 688-1665
E-Mail: info@cpadp.gob.do

PROYECTO:
**CONSTRUCCIÓN CAMPO DE
BEISBOL LAS CHARCAS,
MUNICIPIO LAS CHARCAS,
PROVINCIA AZUA**

EQUIPO DE TRABAJO:

DISEÑO ARQUITECTONICO
codia 00000

ENC. INGENIERIA
ING. FIOR DALIZA BONIFACIO
codia 00000

ESTRUCTURAL
ING.
codia 00000

ELECTRICO
ING.
codia 00000

HIDRO-SANITARIO
ING.
codia 00000


SELLO DE APROBACION

FECHA **REV-1 10/08/2022**

CONTENIDO:
**PLANTA ARQUITECTÓNICA
CAFETERÍA**

ESCALA:
1:50


NO. PAGINA:
036

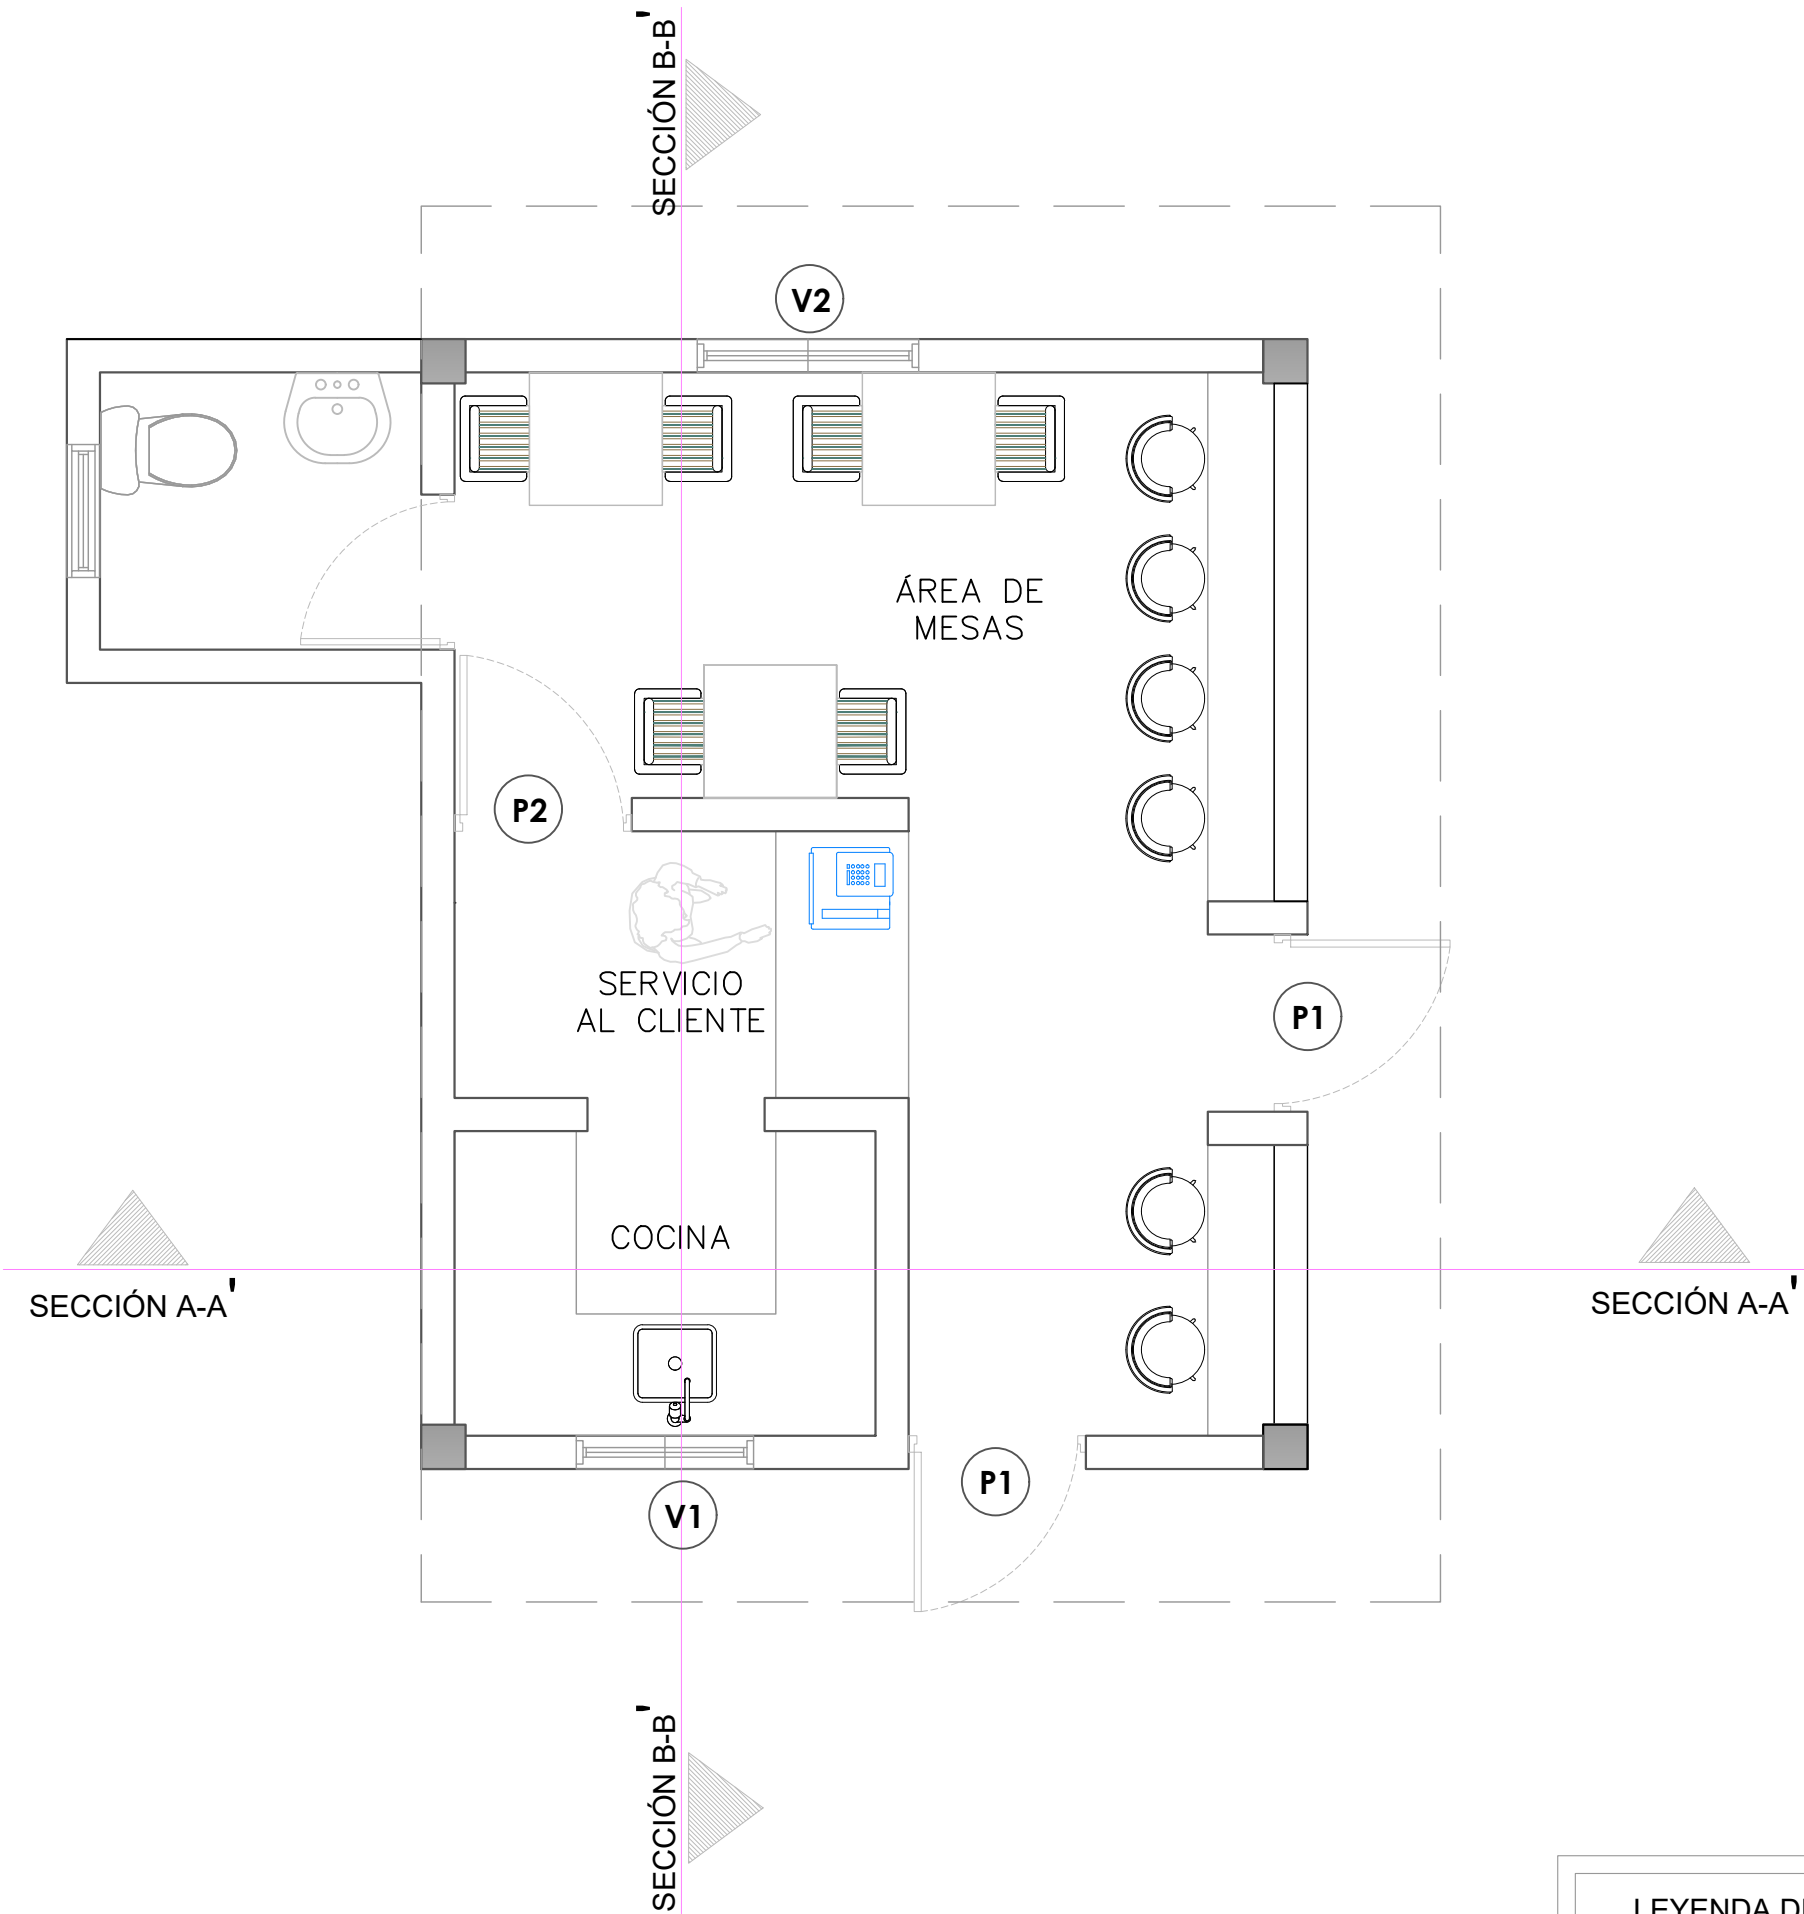

LEYENDA DE PUERTAS Y VENTANAS		
SIMBOLO	DESCRIPCION	CANTIDAD
V1	VENTANA DE CELOSIA METALICA Dim= 0.80m X 1.10m	1
V2	VENTANA DE CELOSIA METALICA Dim= 1.00m X 1.10m	1
P1	PUERTA COMERCIAL VIDRIO Y ALUMINIO Dim= 0.80 m X 2.10 m	2
P2	PUERTA POLIMETALICA Dim= 0.80 m X 2.10 m	1



PLANTA ARQUITECTÓNICA - CAFETERÍA
ESC. 1:20

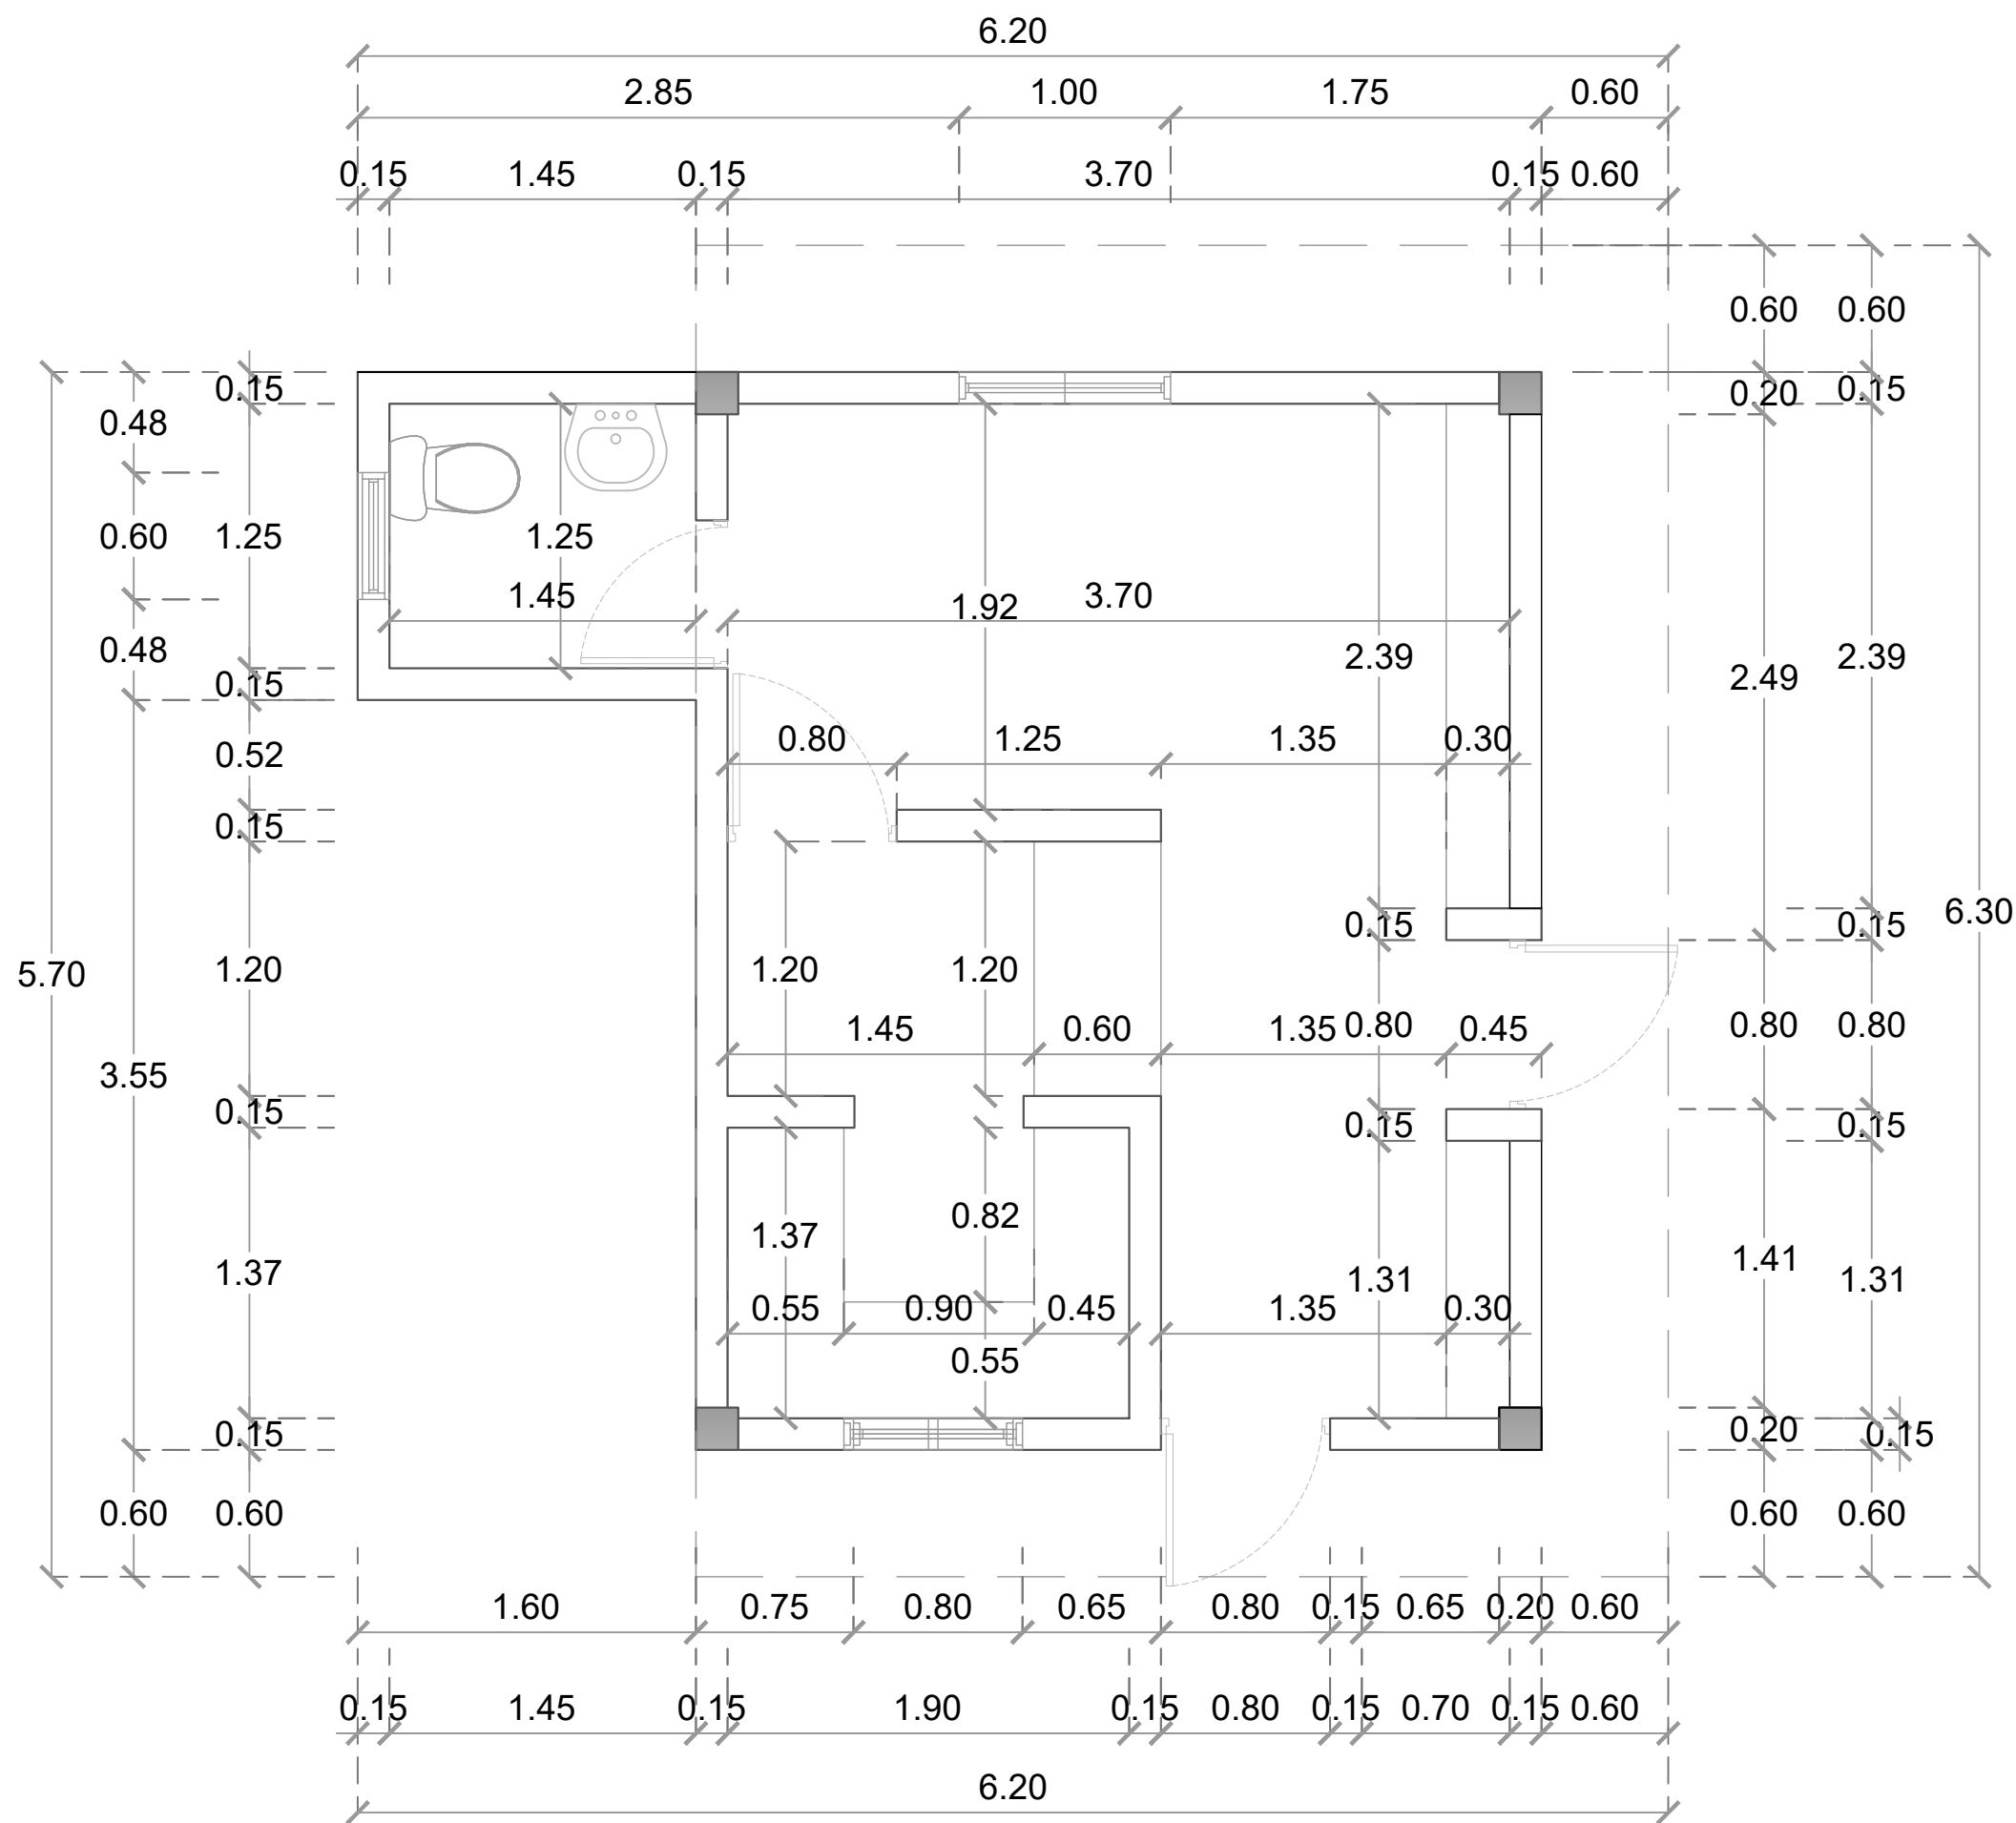

PLANTA ARQUITECTÓNICA DIMENSIONADA - CAFETERÍA

ESC. 1:20

DIRECCIÓN
DESARROLLO PROVINCIAL



Ave. Dr. Delgado, Esq. Moises Garcia,
Gazcue, Sto. Dgo., R.D.
TEL.: (809)-364-2189 | FAX.: (809)- 688-1665
E-Mail: info@cpadp.gob.do

PROYECTO:

**CONSTRUCCIÓN CAMPO DE
BEISBOL LAS CHARCAS,
MUNICIPIO LAS CHARCAS,
PROVINCIA AZUA**

EQUIPO DE TRABAJO:

DISEÑO ARQUITECTONICO

codia 00000

ENC. INGENIERIA
ING. FIOR DALIZA BONIFACIO

codia 00000

ESTRUCTURAL

ING.

codia 00000

ELECTRICO

ING.

codia 00000

HIDRO-SANITARIO

ING.

codia 00000

SELLO DE APROBACION

FECHA **REV-1 10/08/2022**

CONTENIDO:


**PLANTA ARQUITECTÓNICA
DIMENSIONADA
CAFETERÍA**

ESCALA:

1:50

NO. PAGINA:

037

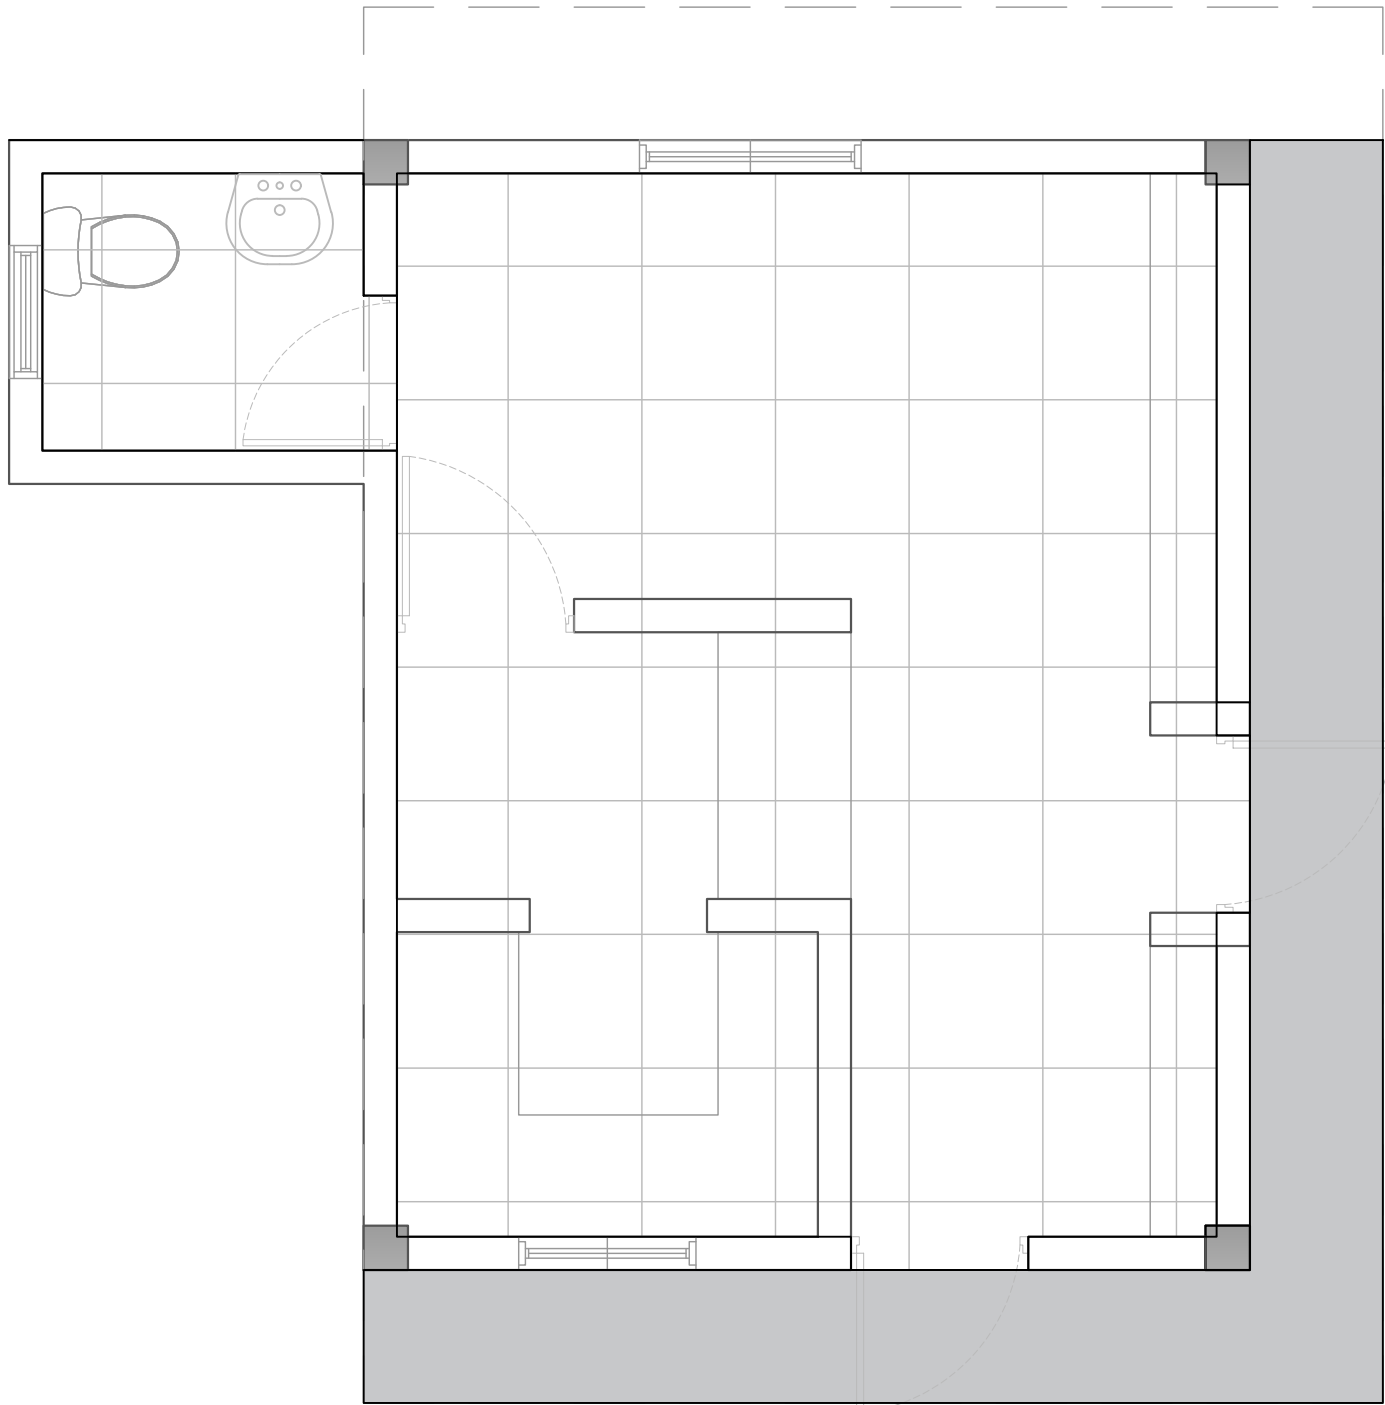

LEYENDA DE PISO		
SIMBOLO	DESCRIPCIÓN	CANTIDAD
	HORMIGÓN	5.82 m2
	PORCELANATO CREMA 0.60 M X 0.60M	20.00 m2

DIRECCIÓN
DESARROLLO PROVINCIAL



Ave. Dr. Delgado, Esq. Moises Garcia,
Gazcue, Sto. Dgo., R.D.
TEL.: (809)-364-2189 | FAX.: (809)- 688-1665
E-Mail: info@cpadp.gob.do

PROYECTO:
**CONSTRUCCIÓN CAMPO DE
BEISBOL LAS CHARCAS,
MUNICIPIO LAS CHARCAS,
PROVINCIA AZUA**

EQUIPO DE TRABAJO:

DISEÑO ARQUITECTONICO
codia 00000

ENC. INGENIERIA
ING. FIOR DALIZA BONIFACIO
codia 00000

ESTRUCTURAL
ING.
codia 00000

ELECTRICO
ING.
codia 00000

HIDRO-SANITARIO
ING.
codia 00000

SELLO DE APROBACION


FECHA **REV-1 10/08/2022**

CONTENIDO:
**PLANTA ARQUITECTÓNICA DE PISO
CAFETERÍA**

ESCALA:
1:50


NO. PAGINA:

038

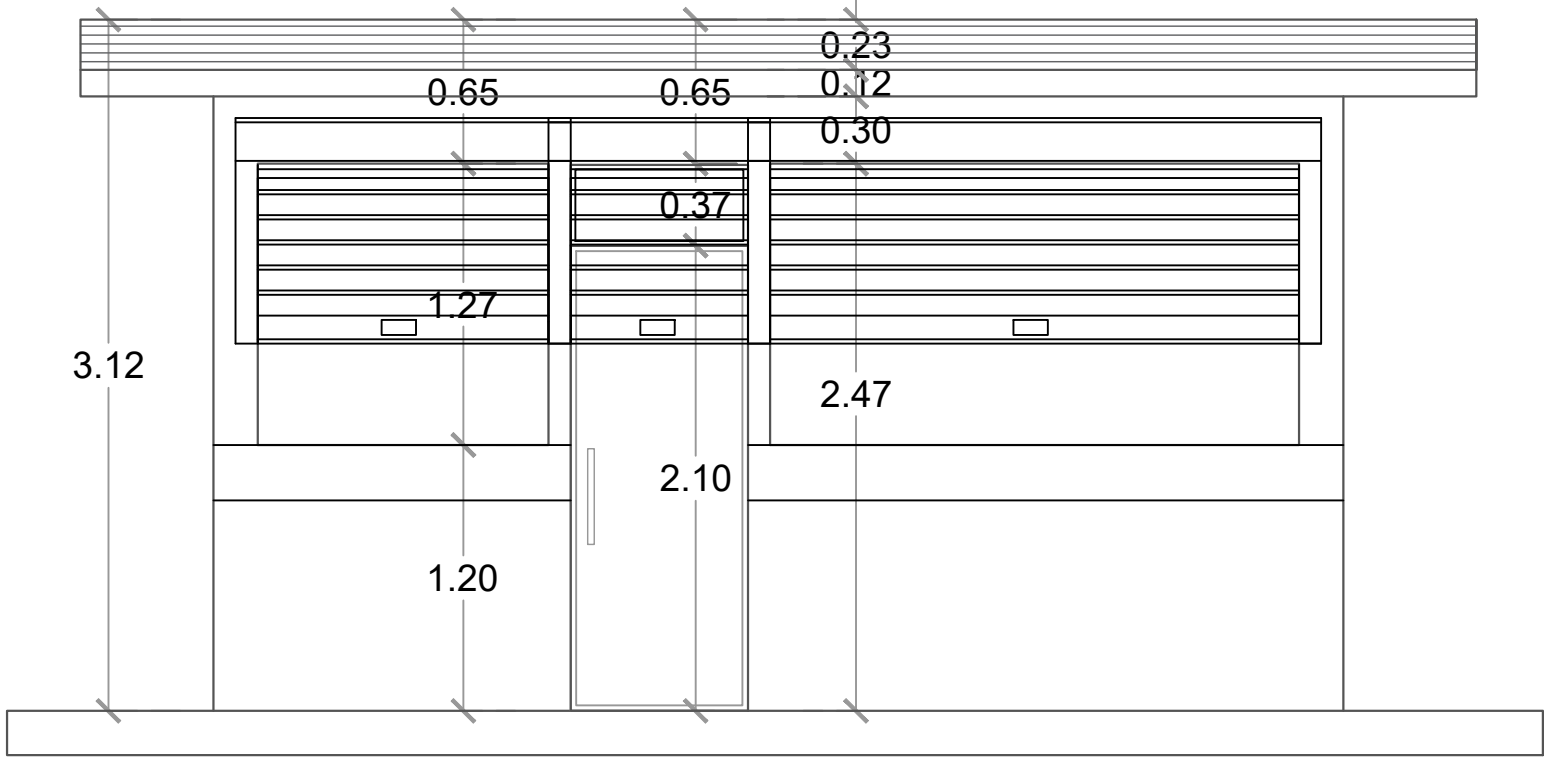

ELEVACIÓN FRONTAL - CAFETERÍA

ESC. 1:20

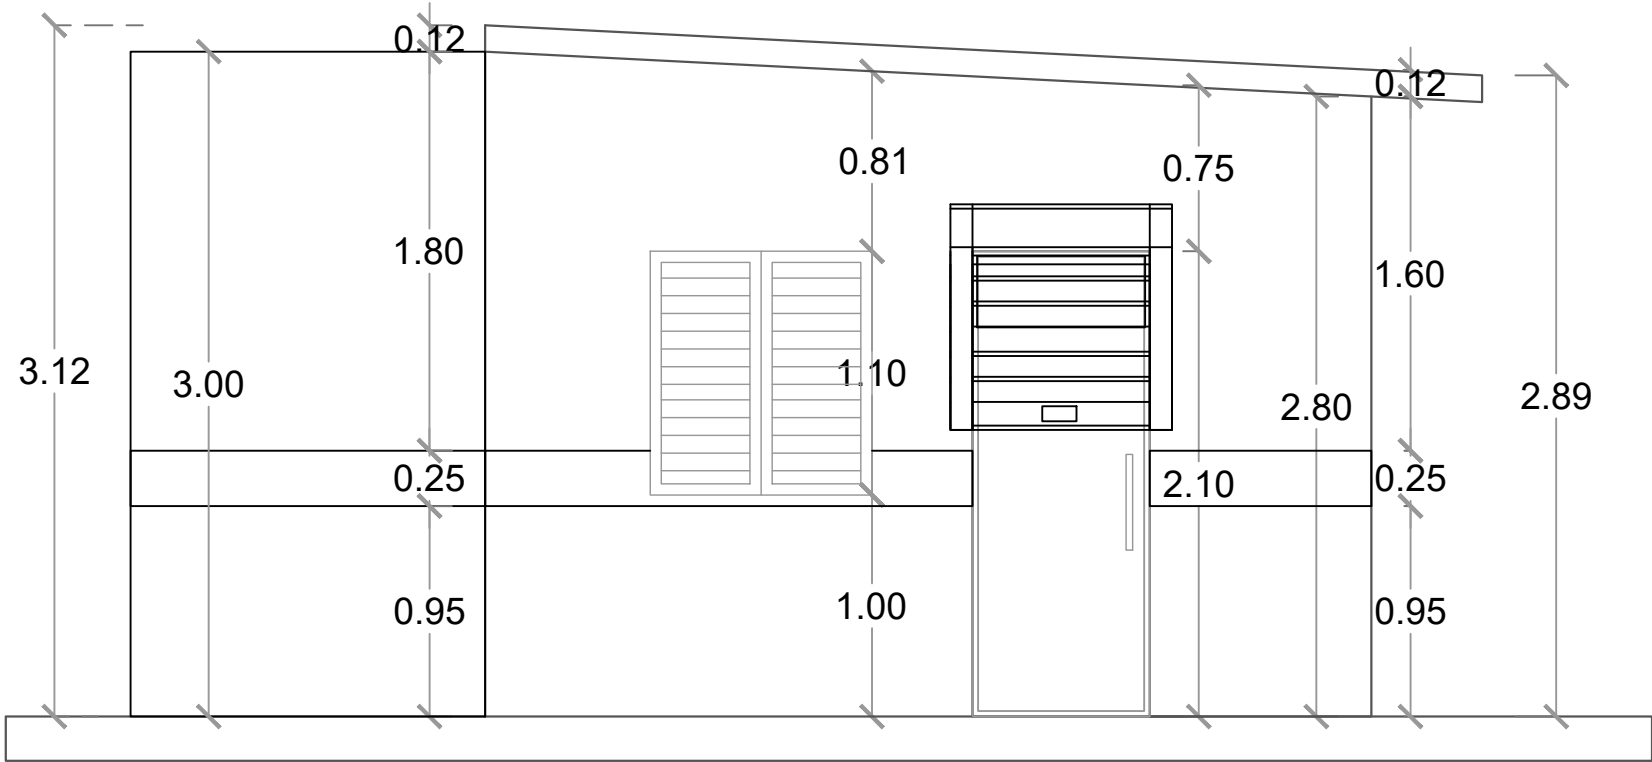

ELEVACIÓN LATERAL DERECHA - CAFETERÍA

ESC. 1:20

DIRECCIÓN
DESARROLLO PROVINCIAL



Ave. Dr. Delgado, Esq. Moises Garcia,
Gazcue, Sto. Dgo., R.D.
TEL.: (809)-364-2189 | FAX.: (809)- 688-1665
E-Mail: info@cpadp.gob.do

PROYECTO:
**CONSTRUCCIÓN CAMPO DE
BEISBOL LAS CHARCAS,
MUNICIPIO LAS CHARCAS,
PROVINCIA AZUA**

EQUIPO DE TRABAJO:

DISEÑO ARQUITECTONICO

codia 00000

ENC. INGENIERIA
ING. FIOR DALIZA BONIFACIO

codia 00000

ESTRUCTURAL

ING.

codia 00000

ELECTRICO

ING.

codia 00000

HIDRO-SANITARIO

ING.

codia 00000

SELLO DE APROBACION

FECHA

CONTENIDO:



ELEVACIONES CAFETERÍA

ESCALA:

1:50



NO. PAGINA:

039

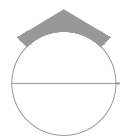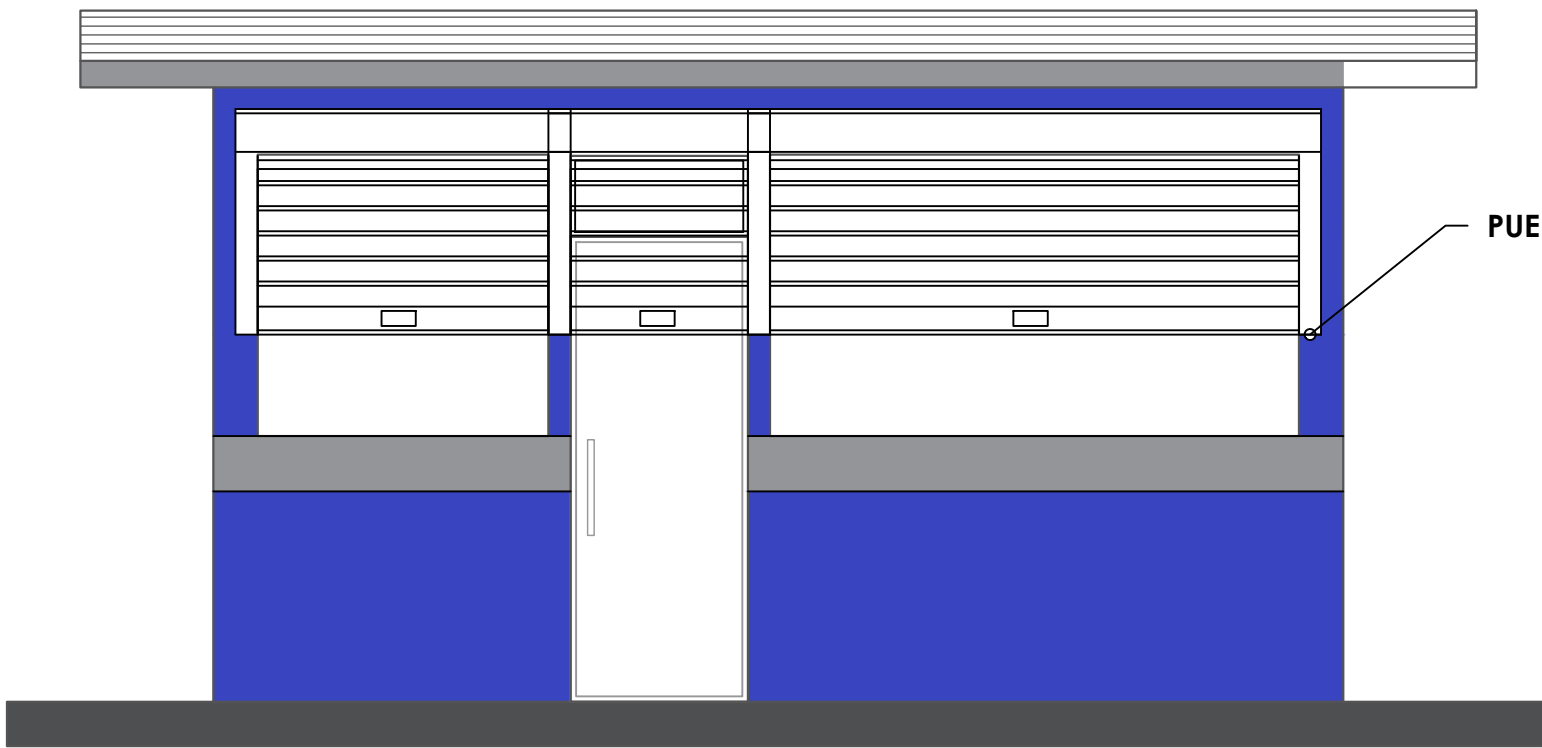

ELEVACIÓN FRONTAL - CAFETERÍA

ESC. 1:20

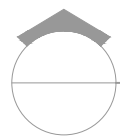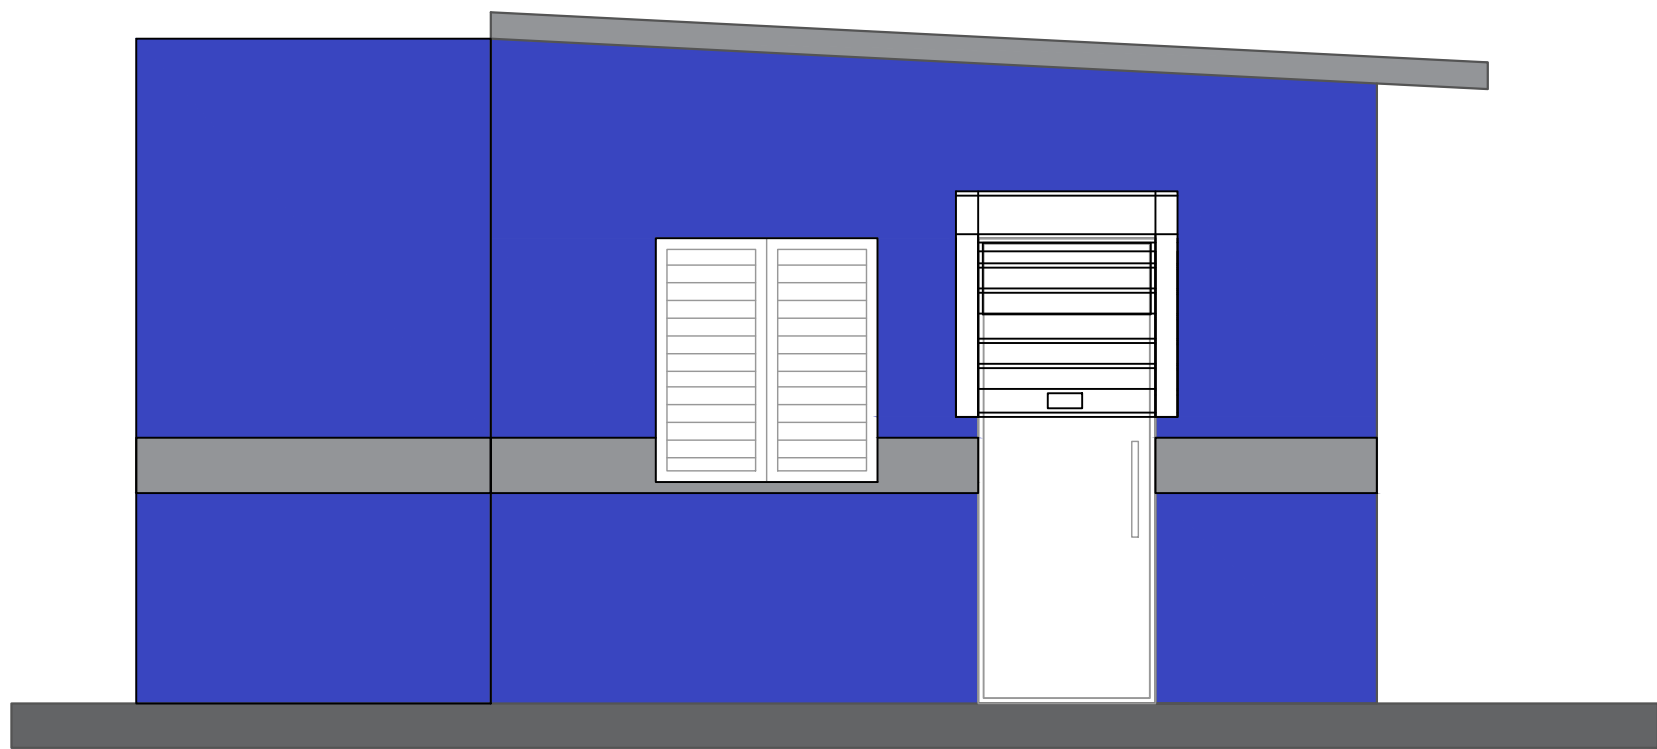

ELEVACIÓN LATERAL DERECHA - CAFETERÍA

ESC. 1:20

- Nota: Estos colores son una simulación
- Paredes exteriores, azul positivo 93 Pinturas Tropical
 - Techo y interior, Blanco 00 Pinturas Popular
 - Detalles, Gris 59 Pinturas Popular

DIRECCIÓN
DESARROLLO PROVINCIAL



Ave. Dr. Delgado, Esq. Moises Garcia,
Gazcue, Sto. Dgo., R.D.
TEL.: (809)-364-2189 | FAX.: (809)- 688-1665
E-Mail: info@cpadp.gob.do

PROYECTO:

**CONSTRUCCIÓN CAMPO DE
BEISBOL LAS CHARCAS,
MUNICIPIO LAS CHARCAS,
PROVINCIA AZUA**

EQUIPO DE TRABAJO:

DISEÑO ARQUITECTONICO

codia 00000

ENC. INGENIERIA
ING. FIOR DALIZA BONIFACIO

codia 00000

ESTRUCTURAL

ING.

codia 00000

ELECTRICO

ING.

codia 00000

HIDRO-SANITARIO

ING.

codia 00000

SELLO DE APROBACION

FECHA

CONTENIDO:


ELEVACIONES CAFETERÍA

ESCALA:


1:50

NO. PAGINA:

040

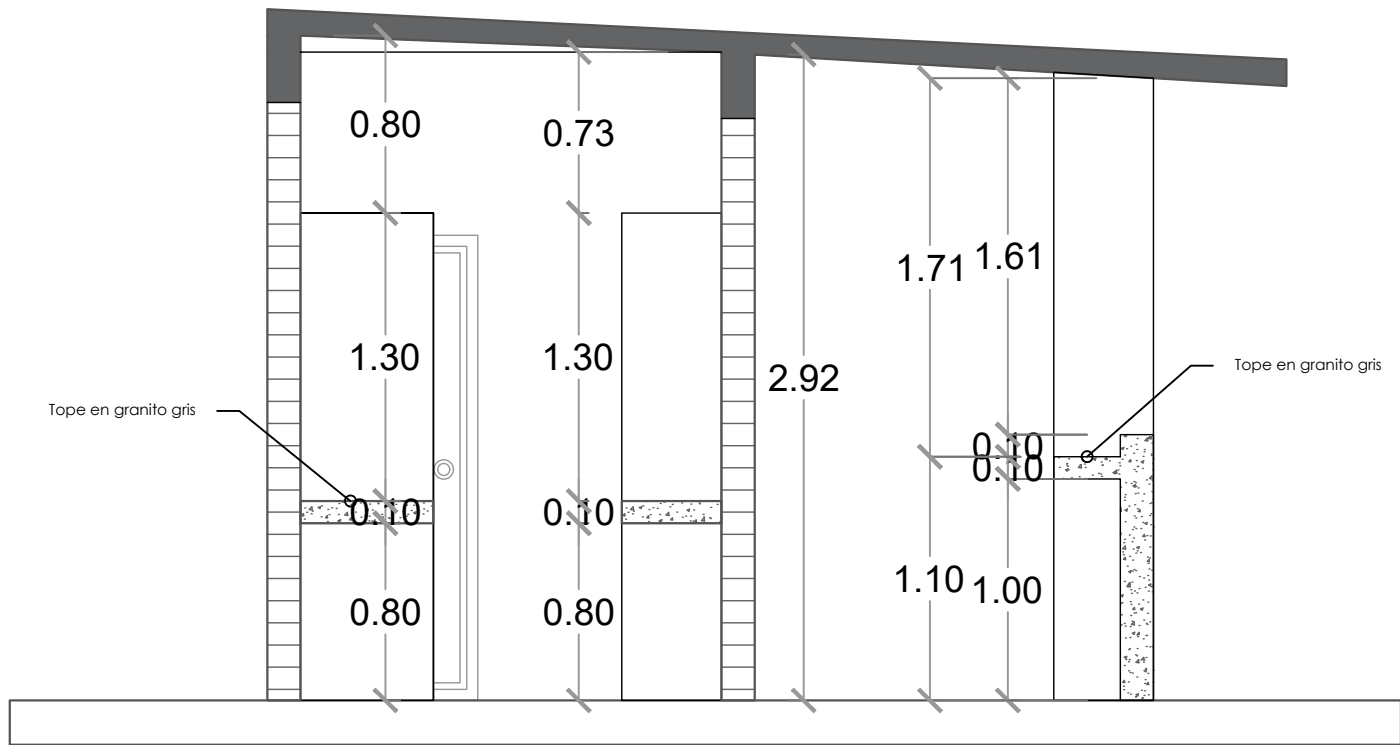

SECCIÓN A-A
ESC. 1:20

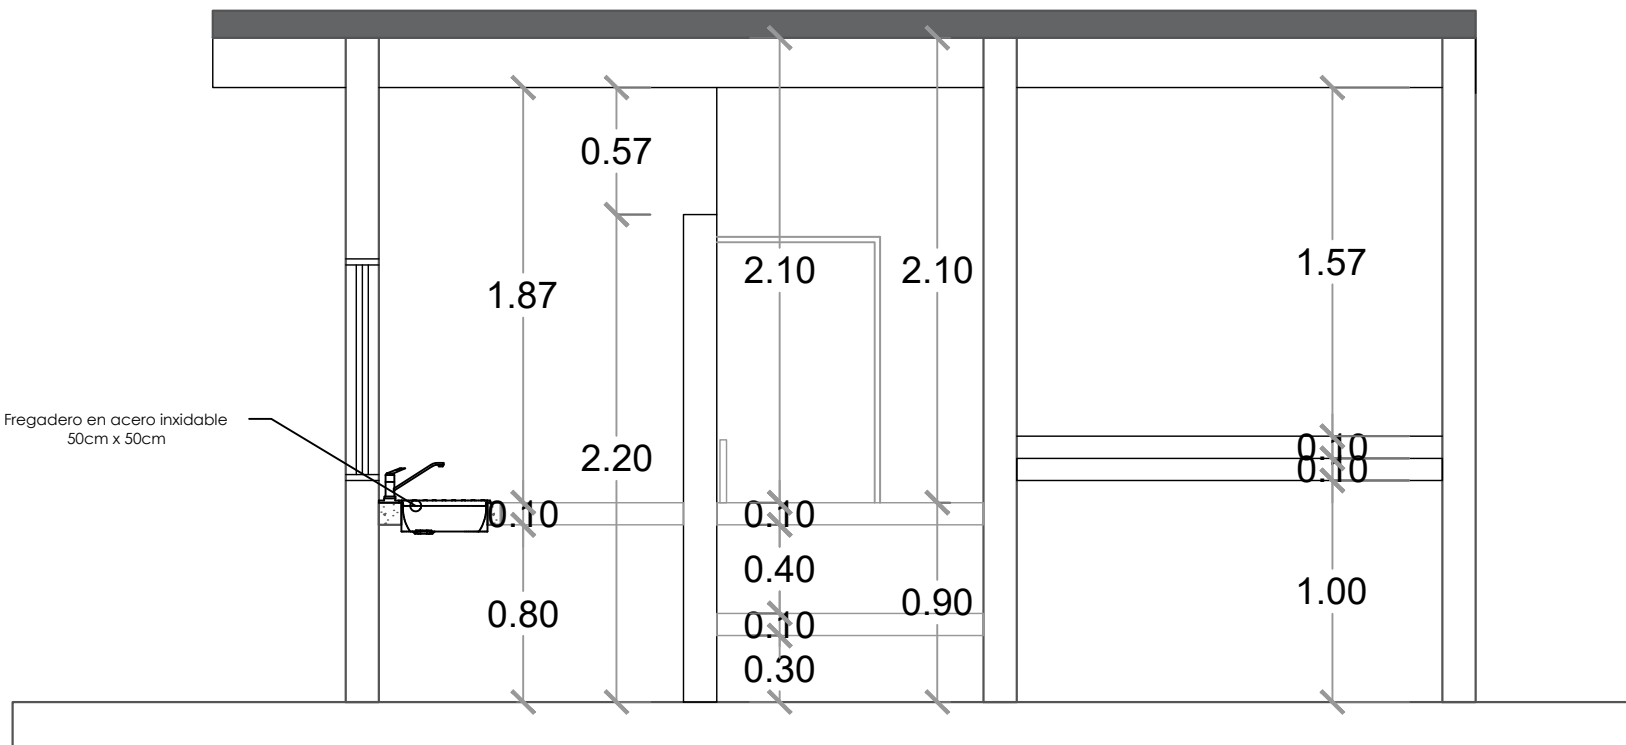

SECCIÓN B-B
ESC. 1:20

DIRECCIÓN
DESARROLLO PROVINCIAL



Ave. Dr. Delgado, Esq. Moises Garcia,
Gazcue, Sto. Dgo., R.D.
TEL.: (809)-364-2189 | FAX.: (809)- 688-1665
E-Mail: info@cpadp.gob.do

PROYECTO:
**CONSTRUCCIÓN CAMPO DE
BEISBOL LAS CHARCAS,
MUNICIPIO LAS CHARCAS,
PROVINCIA AZUA**

EQUIPO DE TRABAJO:	
DISEÑO ARQUITECTONICO	
codia 00000	
ENC. INGENIERIA	
ING. FIOR DALIZA BONIFACIO	
codia 00000	
ESTRUCTURAL	
ING.	
codia 00000	
ELECTRICO	
ING.	
codia 00000	
HIDRO-SANITARIO	
ING.	
codia 00000	

SELLO DE APROBACION	
FECHA	

CONTENIDO:
SECCIONES - CAFETERIA

ESCALA:
1:50

NO. PAGINA:
041



Ave. Dr. Delgado, Esq. Moises Garcia,
Gazcue, Sto. Dgo., R.D.
TEL.: (809)-364-2189 | FAX.: (809)- 688-1665
E-Mail: info@cpadp.gob.do

PROYECTO:
**CONSTRUCCIÓN CAMPO DE
BEISBOL LAS CHARCAS,
MUNICIPIO LAS CHARCAS,
PROVINCIA AZUA**

EQUIPO DE TRABAJO:

DISEÑO ARQUITECTONICO

codia 00000

ENC. INGENIERIA
ING. FIOR DALIZA BONIFACIO

codia 00000

ESTRUCTURAL

ING.

codia 00000

ELECTRICO

ING.

codia 00000

HIDRO-SANITARIO

ING.

codia 00000

SELLO DE APROBACION


FECHA **REV-1 10/08/2022**

CONTENIDO:
**PLANTA TÉCNICA DE INST.
ELÉCTRICAS ILUMINACIÓN
CAFETERÍA**


ESCALA:
1:50

NO. PAGINA:

042

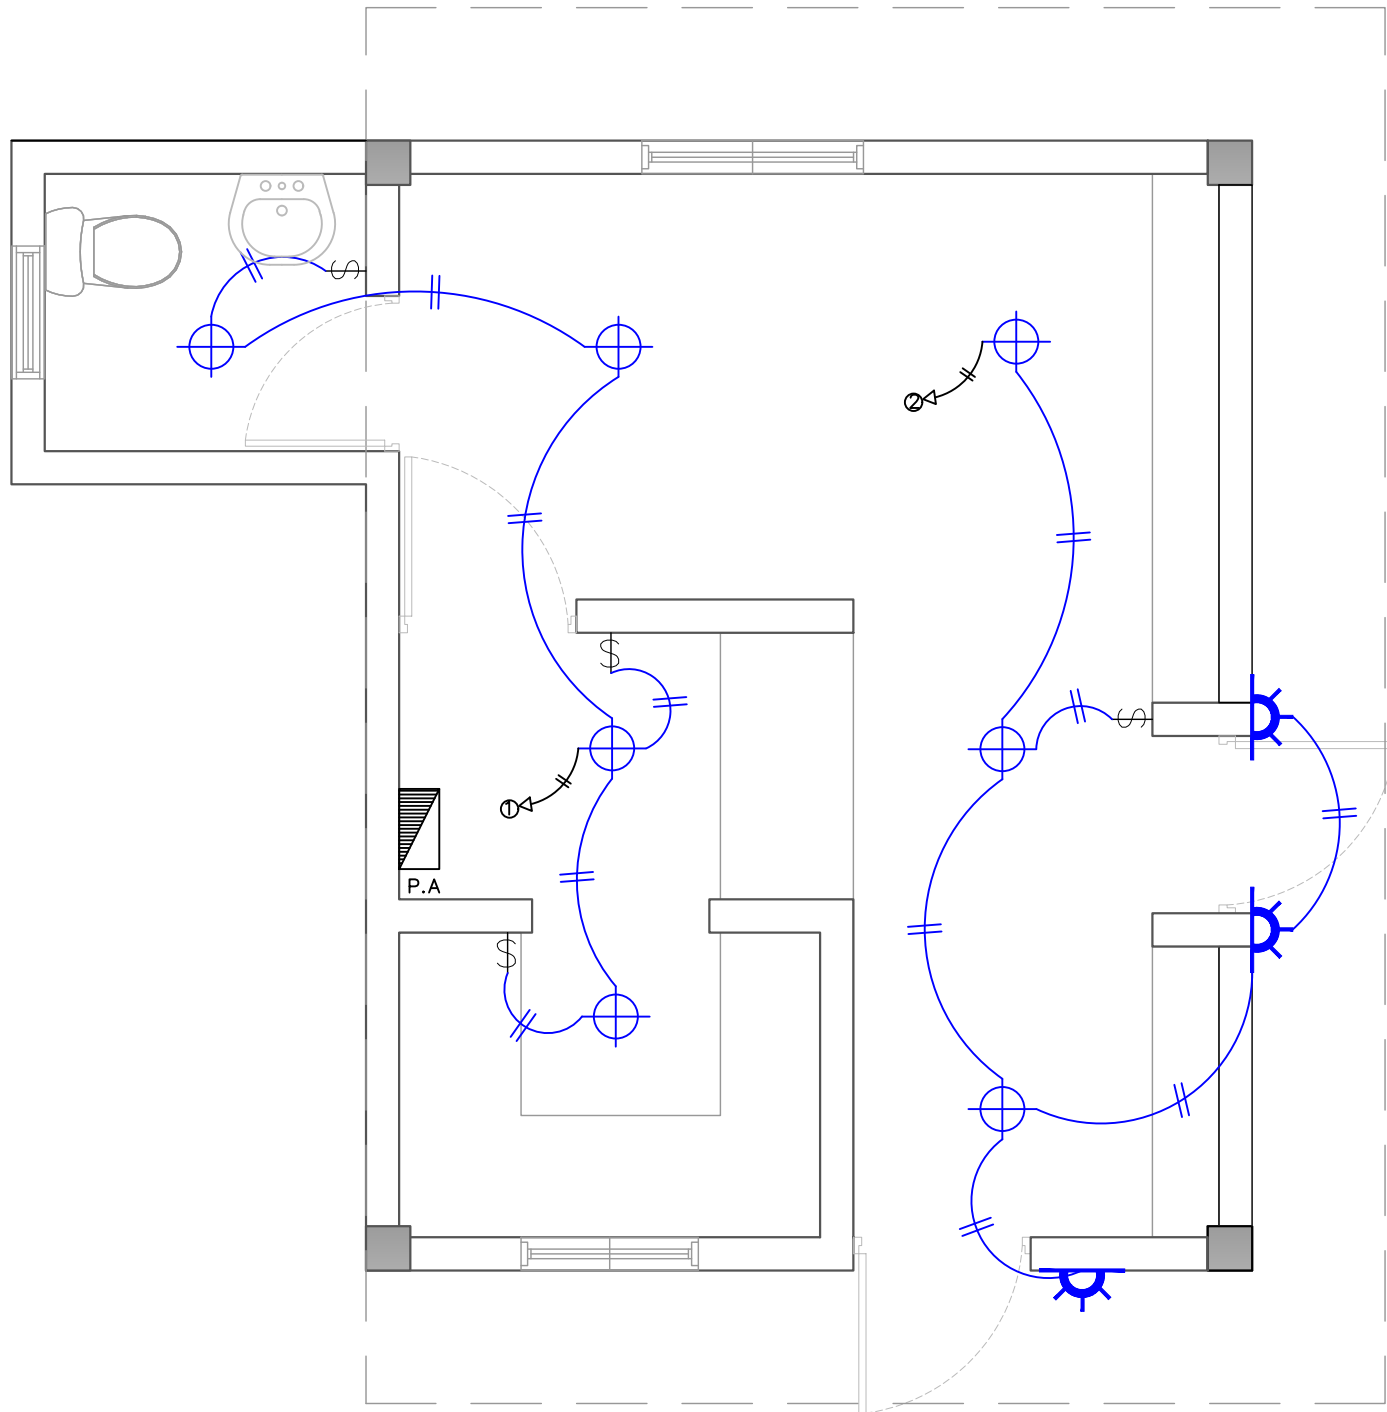

LEYENDA	
SIMBOLOGÍA	NOMBRE
	Luces de Techo
	Luces colgante tipo campana
	Lampara flour 4x4
	Lampara flour 2x4
	Luces de Pared
	Interruptores sencillo, 15A, 120V
	Interruptores doble, 15A, 120V
	Interruptores triple, 15A, 120V
	Interruptores 3 Way, 15A, 120V
	Interruptores 4 Way, 15A, 120V
	Interruptores Con luz piloto, 15A, 120V
	Luces en Poste
	Luces de Estadio
	Toma Corriente 120V, Doble, 20A
	Toma Corriente 240V, Sencillo, 30A
	Toma Corriente 120 de UPS, Doble, 20A
	Teléfono
	Antena de Televisión
	Data
	Hacia el Panel con 2 hilos
	Hacia el Panel con 3 hilos
	Tubería Empotrada en Losa
	Tubería Empotrada en Tierra
	Panel de Distribución Eléctrica
	Panel Board
	Breaker
	Registro
	Medidor o contador
	Transformador
	Abanico de Techo
	Equipos Eléctricos
	Transfer Switch
	Módulo de Contador
	Enclosed Breaker
	Tubería Empotrada con 3 hilos
	Inversor, UPS

 

PLANTA TÉCNICA DE INST. ELÉCTRICAS ILUMINACIÓN- CAFETERÍA

ESC. 1:20



Ave. Dr. Delgado, Esq. Moises Garcia,
Gazcue, Sto. Dgo., R.D.
TEL.: (809)-364-2189 | FAX.: (809)- 688-1665
E-Mail: info@cpadp.gob.do

PROYECTO:
**CONSTRUCCIÓN CAMPO DE
BEISBOL LAS CHARCAS,
MUNICIPIO LAS CHARCAS,
PROVINCIA AZUA**

EQUIPO DE TRABAJO:

DISEÑO ARQUITECTONICO
codia 00000

ENC. INGENIERIA
ING. FIOR DALIZA BONIFACIO
codia 00000

ESTRUCTURAL
ING. codia 00000

ELECTRICO
ING. codia 00000

HIDRO-SANITARIO
ING. codia 00000

SELLO DE APROBACION


FECHA **REV-1 10/08/2022**

CONTENIDO:
**PLANTA TÉCNICA DE INST.
TOMACORRIENTE ILUMINACIÓN
CAFETERÍA**

ESCALA:
1:50


NO. PAGINA:

043

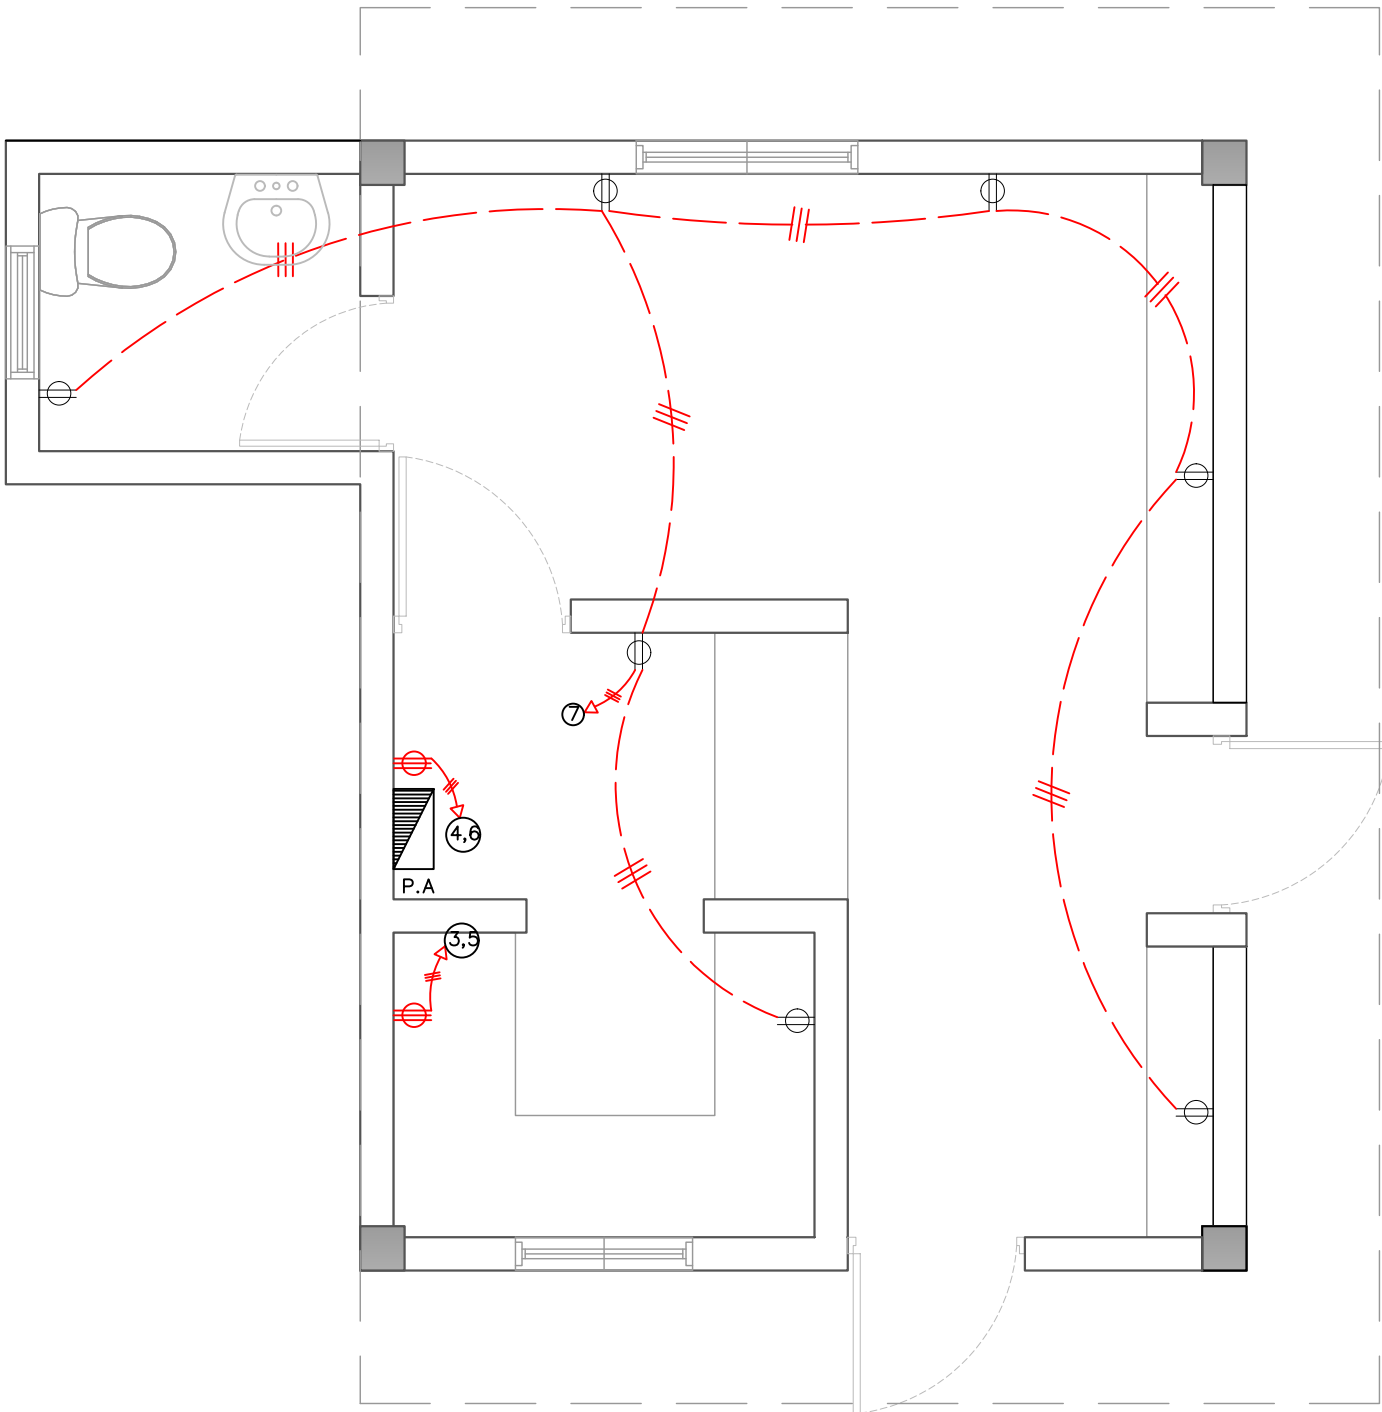

PLANTA TÉCNICA DE INST. ELÉCTRICAS
ILUMINACIÓN- CAFETERÍA


LEYENDA	
SIMBOLOGÍA	NOMBRE
	Luces de Techo
	Luces colgante tipo campana
	Lampara flour 4x4
	Lampara flour 2x4
	Luces de Pared
	Interruptores sencillo, 15A, 120V
	Interruptores doble, 15A, 120V
	Interruptores triple, 15A, 120V
	Interruptores 3 Way, 15A, 120V
	Interruptores 4 Way, 15A, 120V
	Interruptores Con luz piloto, 15A, 120V
	Luces en Poste
	Luces de Estadio
	Toma Corriente 120V, Doble, 20A
	Toma Corriente 240V, Sencillo, 30A
	Toma Corriente 120 de UPS, Doble, 20A
	Teléfono
	Antena de Televisión
	Data
	Hacia el Panel con 2 hilos
	Hacia el Panel con 3 hilos
	Tubería Empotrada en Losa
	Tubería Empotrada en Tierra
	Panel de Distribución Eléctrica
	Panel Board
	Breaker
	Registro
	Medidor o contador
	Transformador
	Abanico de Techo
	Equipos Eléctricos
	Transfer Switch
	Módulo de Contador
	Enclosed Breaker
	Tubería Empotrada con 3 hilos
	Inversor, UPS

 

PLANTA TÉCNICA DE INST. ELÉCTRICAS TOMACORRIENTE- CAFETERÍA

ESC. 1:20

PANEL: PA			4 CONDUCTORES						ESPACIOS: 12				
LUGAR: COCINA			SIMILAR: GE CAT: THQC12420						TENSIÓN: 120/240 VAC				
FASE: 2			INTERRUPTOR PRINCIPAL 40/2 AMP THQAL TIPO						BREAKERS TIPO: THQAL				
BARRAS: 75 AMP													
KVA	DESCRIPCIÓN	DUCT.	CAL	BKR	NO.	A	B	NO.	BKR	CAL	DUCT.	DESCRIPCIÓN	KVA
0.40	Iluminación	1/2"	12	20	1	•		2	20	12	1/2"	Iluminación	0.50
1.50	Toma Corriente 240v	3/4"	10	30	3		•	4	30	10	3/4"	Toma Corriente 240v	1.50
1.50	Toma Corriente 240v	3/4"	10	30	5	•		6	30	10	3/4"	Toma Corriente 240v	1.50
1.26	Toma Corriente 120v	1/2"	12	20	7		•	8					
					9	•		10					
					11		•	12					
CARGA CONECTADA: 8.16 KVA			DEMANDA MAXIMA: 8.16 KVA			ALIMENTADOR:							
ILUMINACIÓN: 0.90 KVA			CARGA DE DISEÑO: 7.34 KVA			2 THW CAL. NO. 6							
TOMACORRIENTE: 7.26 KVA			CORRIENTE DE DISEÑO: 30.60 AMP			1 THW CAL. NO. 8							
OTROS: - KVA			FACTOR DE DEMANDA: 90 %			1 THW CAL. NO. 12							
FASE A: 3.90 KVA			CARGA RESERVA: 0.82 KVA			DUCTO DIAM: 1" TIPO: pvc							
FASE B: 4.26 KVA			NEUTRO: 30.60 Amps										

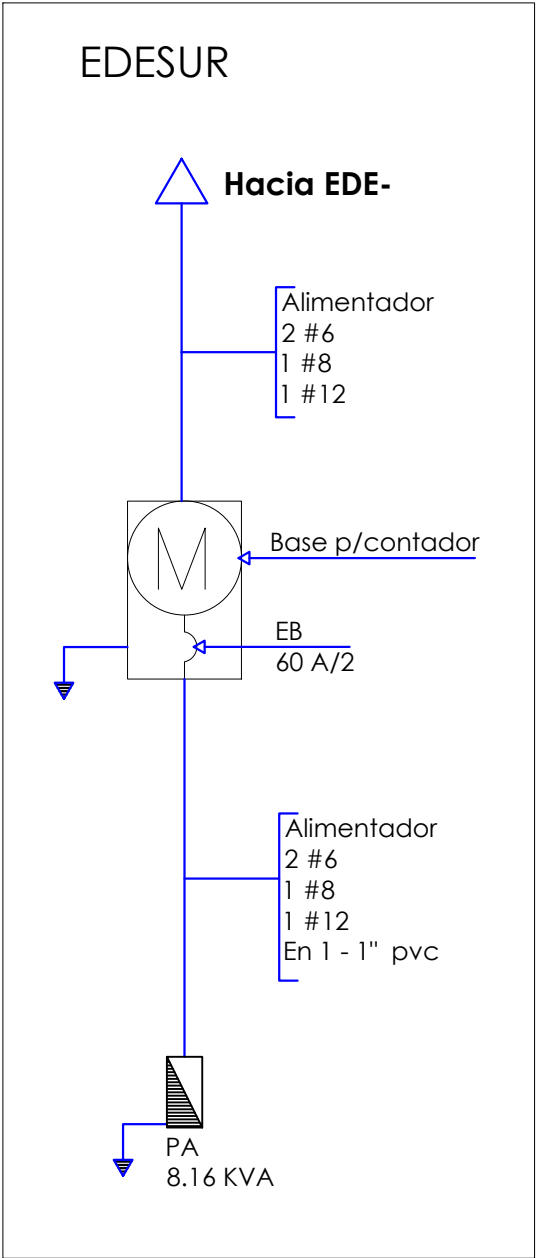

Ave. Dr. Delgado, Esq. Moises Garcia,
Gazcue, Sto. Dgo., R.D.
TEL.: (809)-364-2189 | FAX.: (809)- 688-1665
E-Mail: info@cpadp.gob.do

PROYECTO:
**CONSTRUCCIÓN CAMPO DE
BEISBOL LAS CHARCAS,
MUNICIPIO LAS CHARCAS,
PROVINCIA AZUA**

EQUIPO DE TRABAJO:

DISEÑO ARQUITECTONICO

codia 00000

ENC. INGENIERIA
ING. FIOR DALIZA BONIFACIO

codia 00000

ESTRUCTURAL

ING.

codia 00000

ELECTRICO

ING.

codia 00000

HIDRO-SANITARIO

ING.

codia 00000

SELLO DE APROBACION

FECHA

CONTENIDO:



DETALLE ELÉCTRICO- CAFETERÍA

ESCALA:

1:50

NO. PAGINA:

044

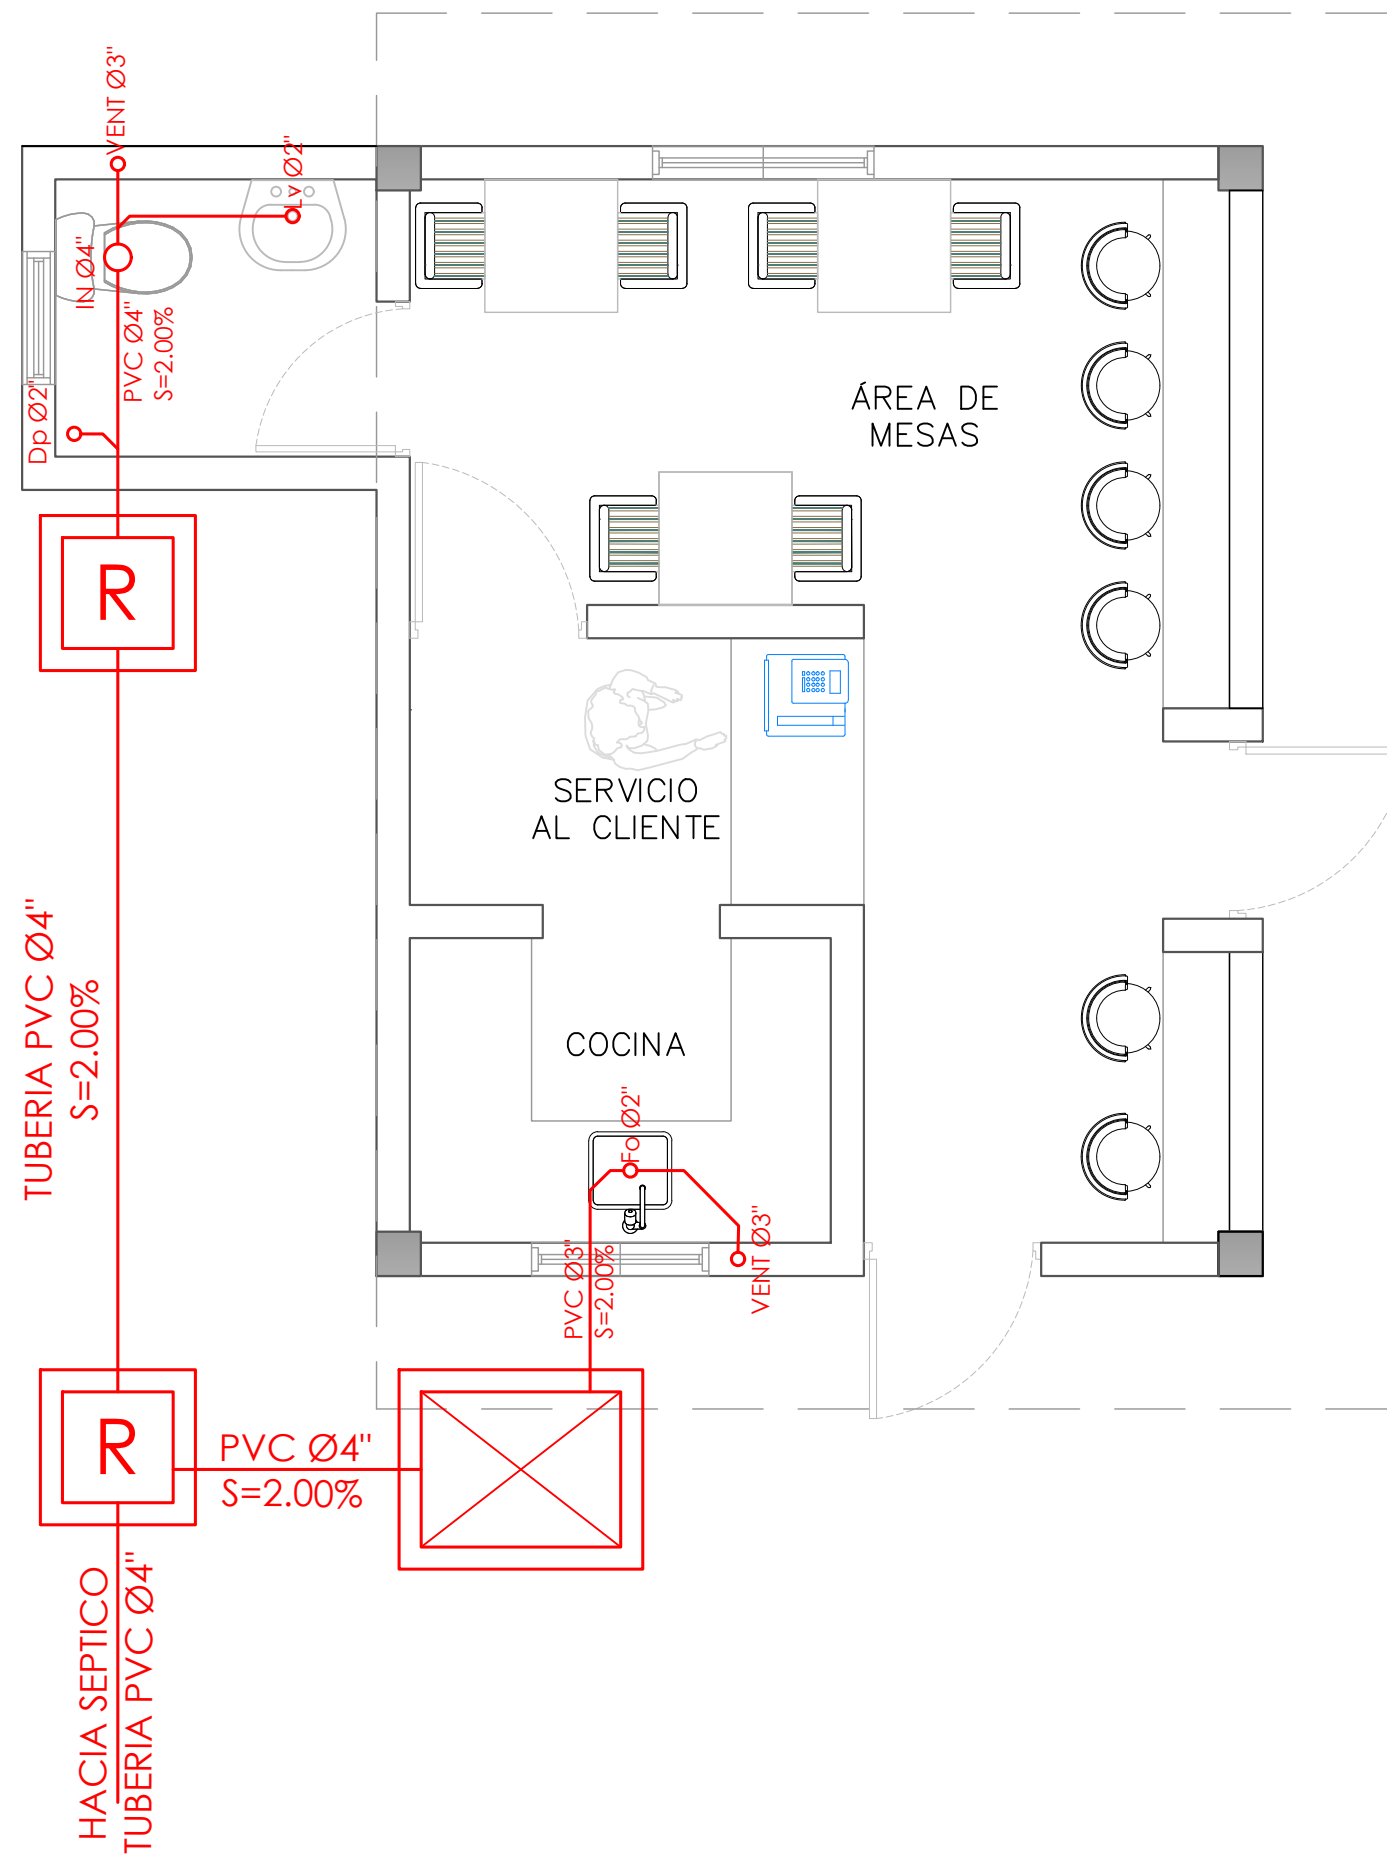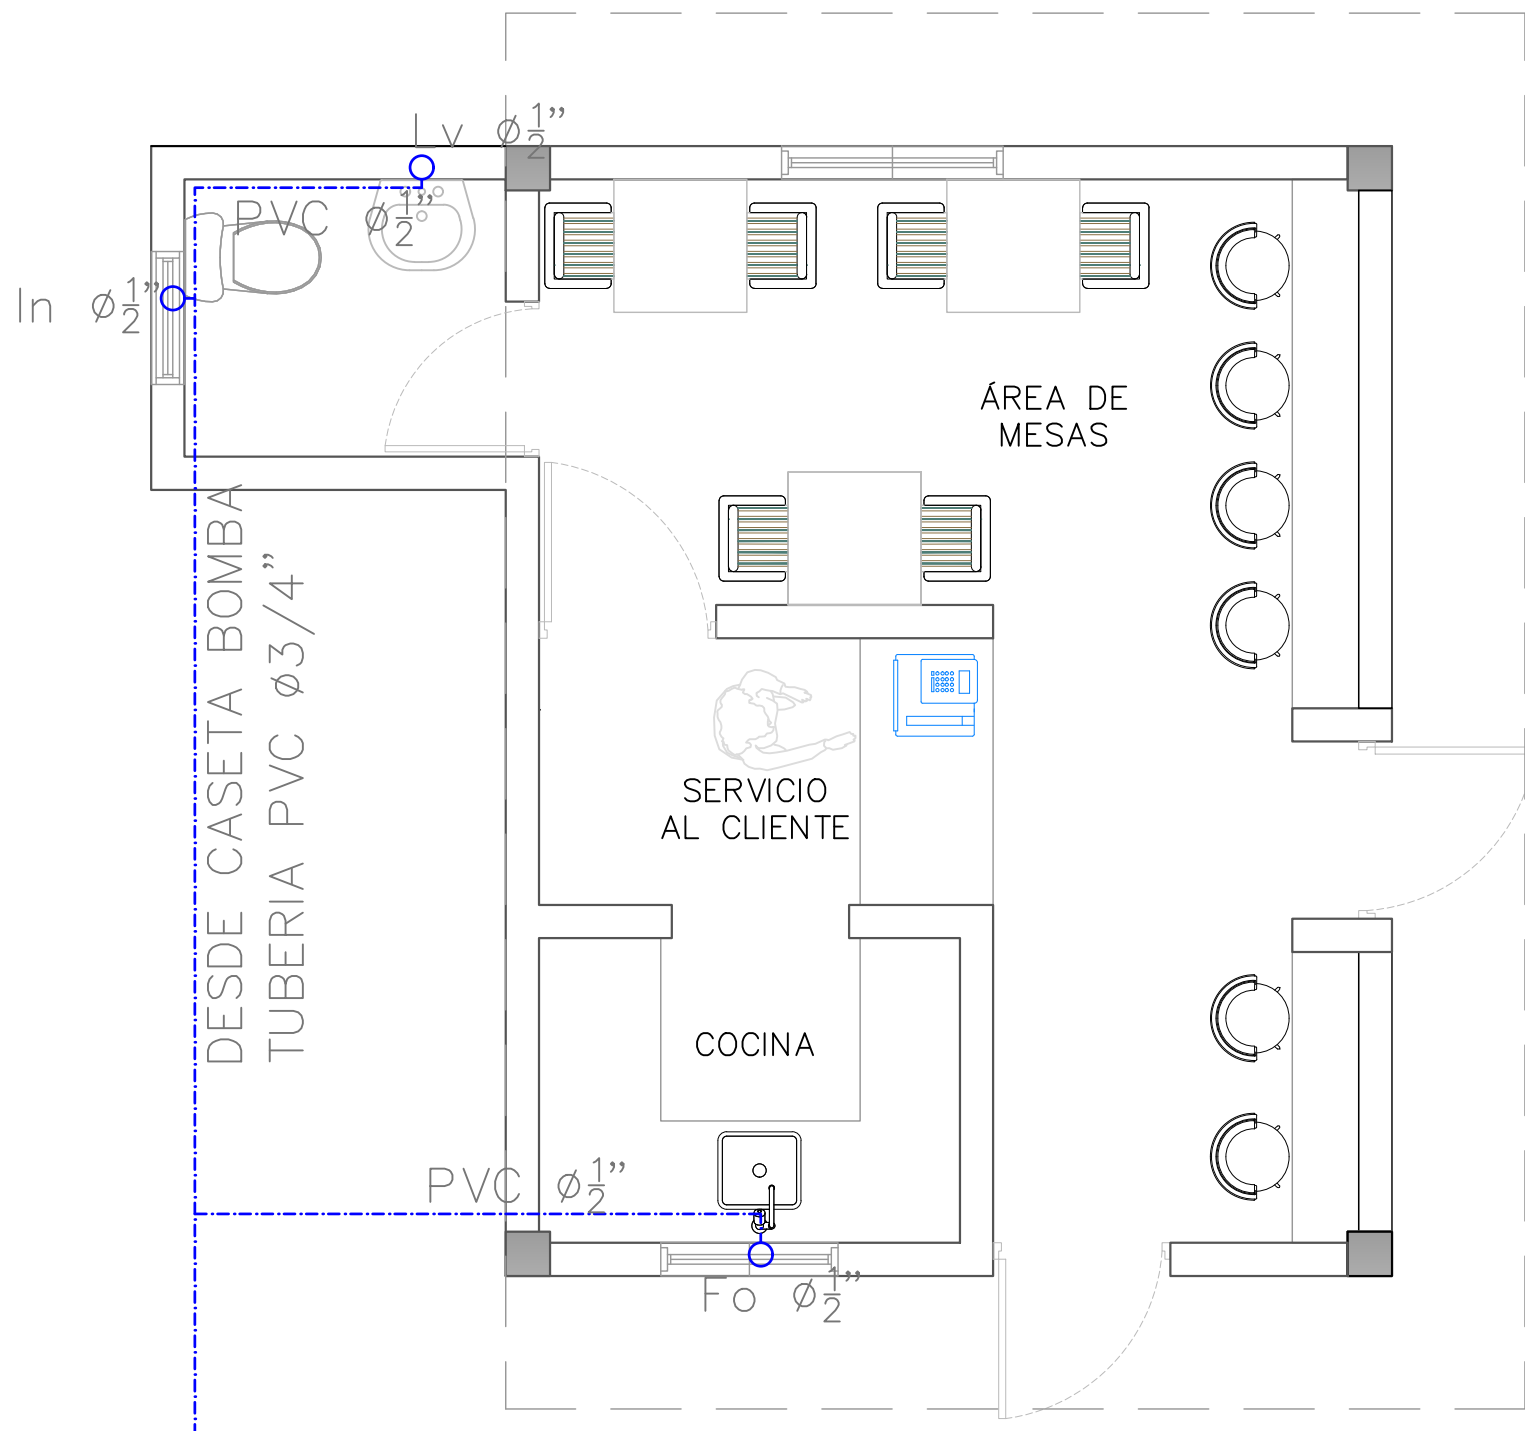

PROYECTO:
**CONSTRUCCIÓN CAMPO DE
BEISBOL LAS CHARCAS,
MUNICIPIO LAS CHARCAS,
PROVINCIA AZUA**

EQUIPO DE TRABAJO:	
DISEÑO ARQUITECTONICO	
	codia 00000
ENC. INGENIERIA	
ING. FIOR DALIZA BONIFACIO	
	codia 00000
ESTRUCTURAL	
ING.	
	codia 00000
ELECTRICO	
ING.	
	codia 00000
HIDRO-SANITARIO	
ING.	
	codia 00000

SELLO DE APROBACION

FECHA **REV-1 10/08/2022**

CONTENIDO:
**PLANTA SANITARIA
CAFETERÍA**

ESCALA:
1:50

NO. PAGINA: