



PROYECTO:

**CONSTRUCCIÓN CANCHA DE BALONCESTO 16
DE AGOSTO, SECTOR LA JOYA, MNICIPIO
SANTIAGO, PROVINCIA SANTIAGO**

REPÚBLICA DOMINICANA
SEPTIEMBRE 2026

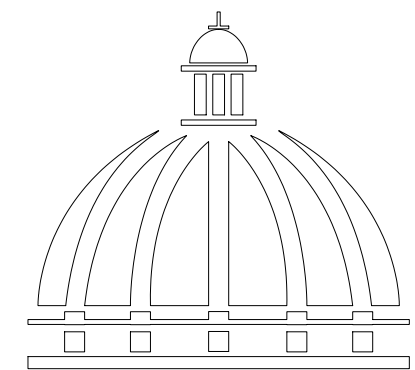

**GOBIERNO DE LA
REPÚBLICA DOMINICANA**

 



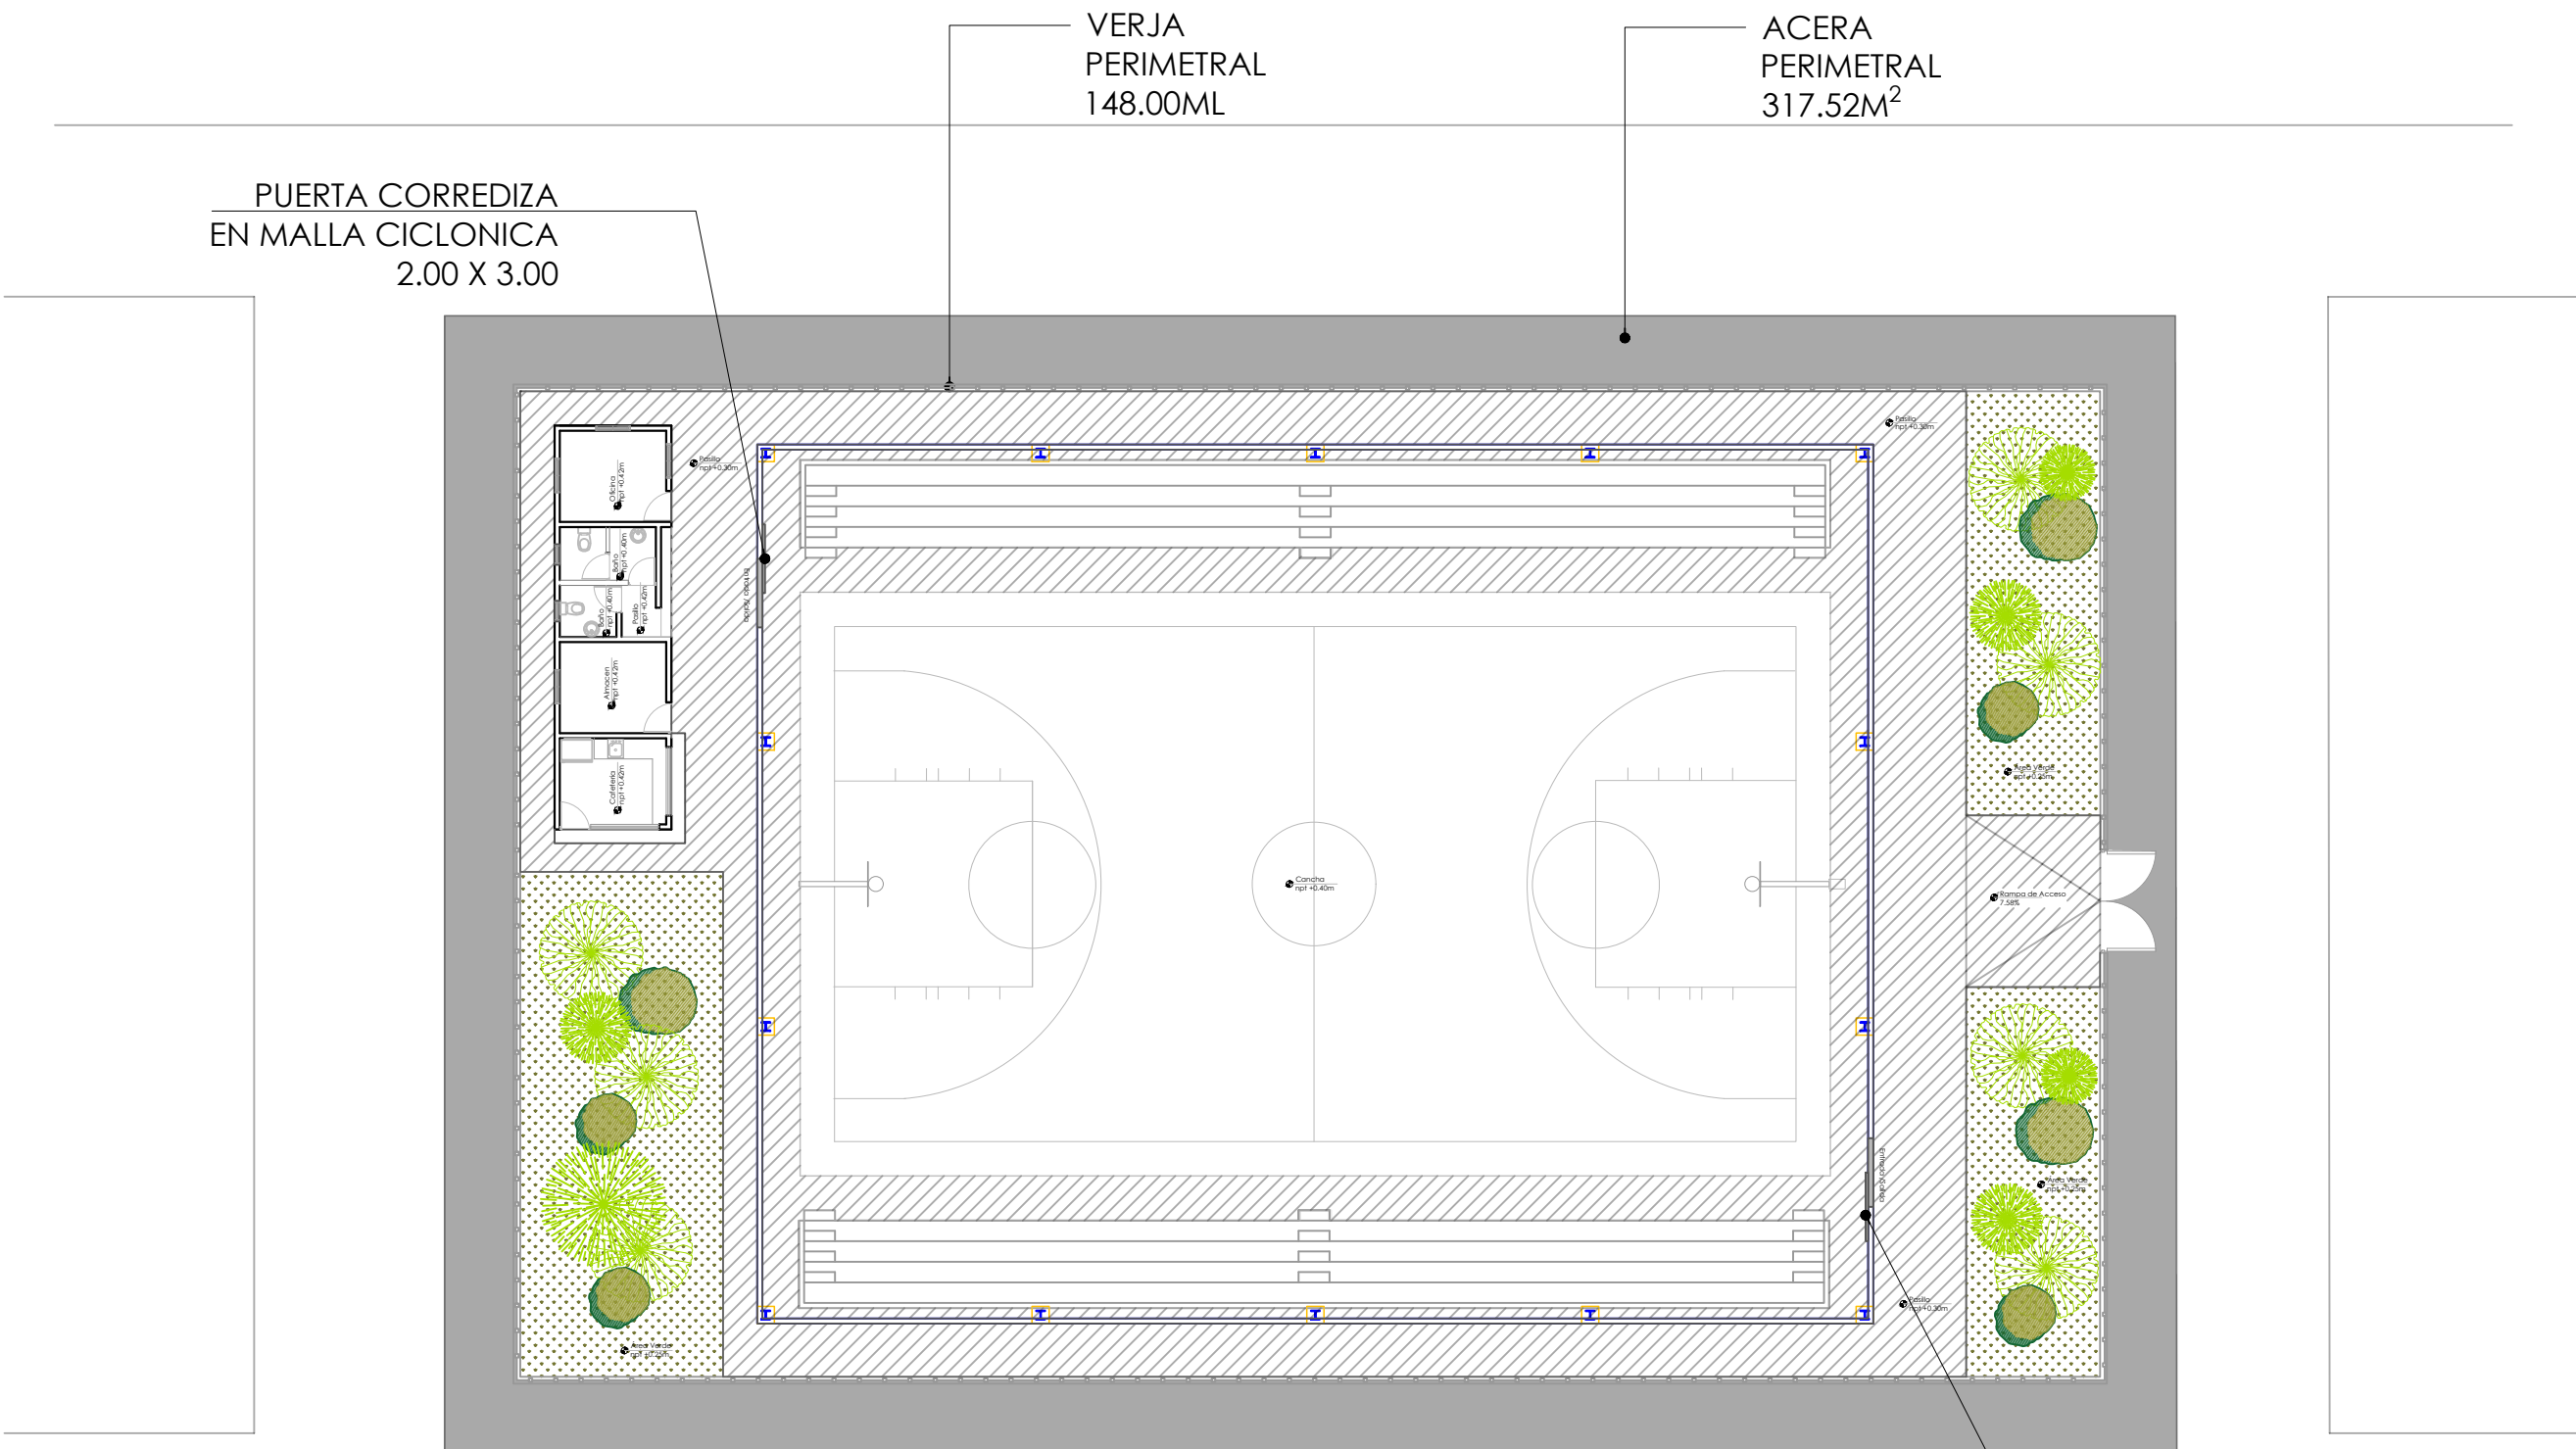


TABLA PAISAJISMO			
	Nombre	Tamaño	Cantidad
	Palma Phoenix	3 pies	6
	Cinta Verde	-	5
	Roble Amarillo	6 pies	6


TABLA PISO EXTERIOR			
	Nombre piso	Dimensión	Metros cuadrados
	Hormigón Frotado	-	416.60 m2
	Grana Enana	-	178.75 m2
	Hormigón Violinado	-	318.00 m2

PUERTA CORREDIZA
EN MALLA CICLONICA
2.00 X 3.00

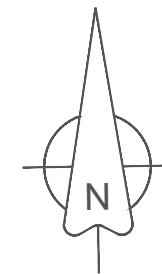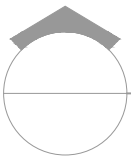

PLANTA DE CONJUNTO

ESC. 1:500

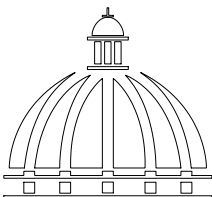

**GOBIERNO DE LA
REPÚBLICA DOMINICANA**

**DIRECCIÓN DE
DESARROLLO PROVINCIAL
DDP**

Ave. Dr. Delgado, Esq. Moises García,
Gazcue, Sto. Dgo., R.D.
TEL.: (809)-364-2189 | FAX.: (809)- 688-1665
E-Mail: info@cpadp.gob.do

PROYECTO:
**CONSTRUCCIÓN CANCHA DE
BALONCESTO 16 DE AGOSTO, SECTOR
LA JOYA, MNICIPIO SANTIAGO,
PROVINCIA SANTIAGO**
REPUBLICA DOMINICANA

- EQUIPO DE TRABAJO:
- DISEÑO ARQUITECTÓNICO**
ARQ. _____
codia 00000 _____
- ENC. INGENIERÍA**
ING.FIORDALIZA BONIFACIO
codia 00000 _____
- ESTRUCTURAL**
ING. _____
codia 00000 _____
- ELÉCTRICO**
ING. JUAN PEREZ
codia 00000 _____
- HIDRO-SANITARIO**
ING. FRANCIS ESTEVEZ
codia 00000 _____

SELLO DE APROBACIÓN:

FECHA: _____


CONTENIDO:

ESCALA:
1:500

ABRIL 2026

NO. PÁGINA:

001

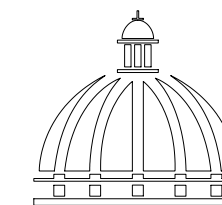

DIRECCIÓN DE
DESARROLLO PROVINCIAL
DDP

Ave. Dr. Delgado, Esq. Moises García,
Gazcue, Sto. Dgo., R.D.
TEL.: (809)-364-2189 | FAX.: (809)- 688-1665
E-Mail: info@cpadp.gob.do

PROYECTO:
**CONSTRUCCIÓN CANCHA DE
BALONCESTO 16 DE AGOSTO, SECTOR
LA JOYA, MNICIPIO SANTIAGO,
PROVINCIA SANTIAGO**

REPUBLICA DOMINICANA

EQUIPO DE TRABAJO:

DISEÑO ARQUITECTÓNICO

ARQ.

codia 00000 _____

ENC. INGENIERÍA

ING.FIORDALIZA BONIFACIO

codia 00000 _____

ESTRUCTURAL

ING.

codia 00000

ELÉCTRICO

ING. JUAN PEREZ

codig 00000 _____

HIDRO-SANITARIO

ING. FRANCIS ESTEVEZ

codig 00000 _____

SELO DE APROBACIÓN:

FECHA:

CONTENIDO:


ESCALA:

1:500

ABRIL 2026


NO. PÁGINA:

002


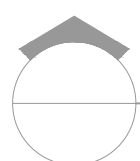


PLANTA DE DIMENSIONADA CONJUNTO


ESC. 1:500

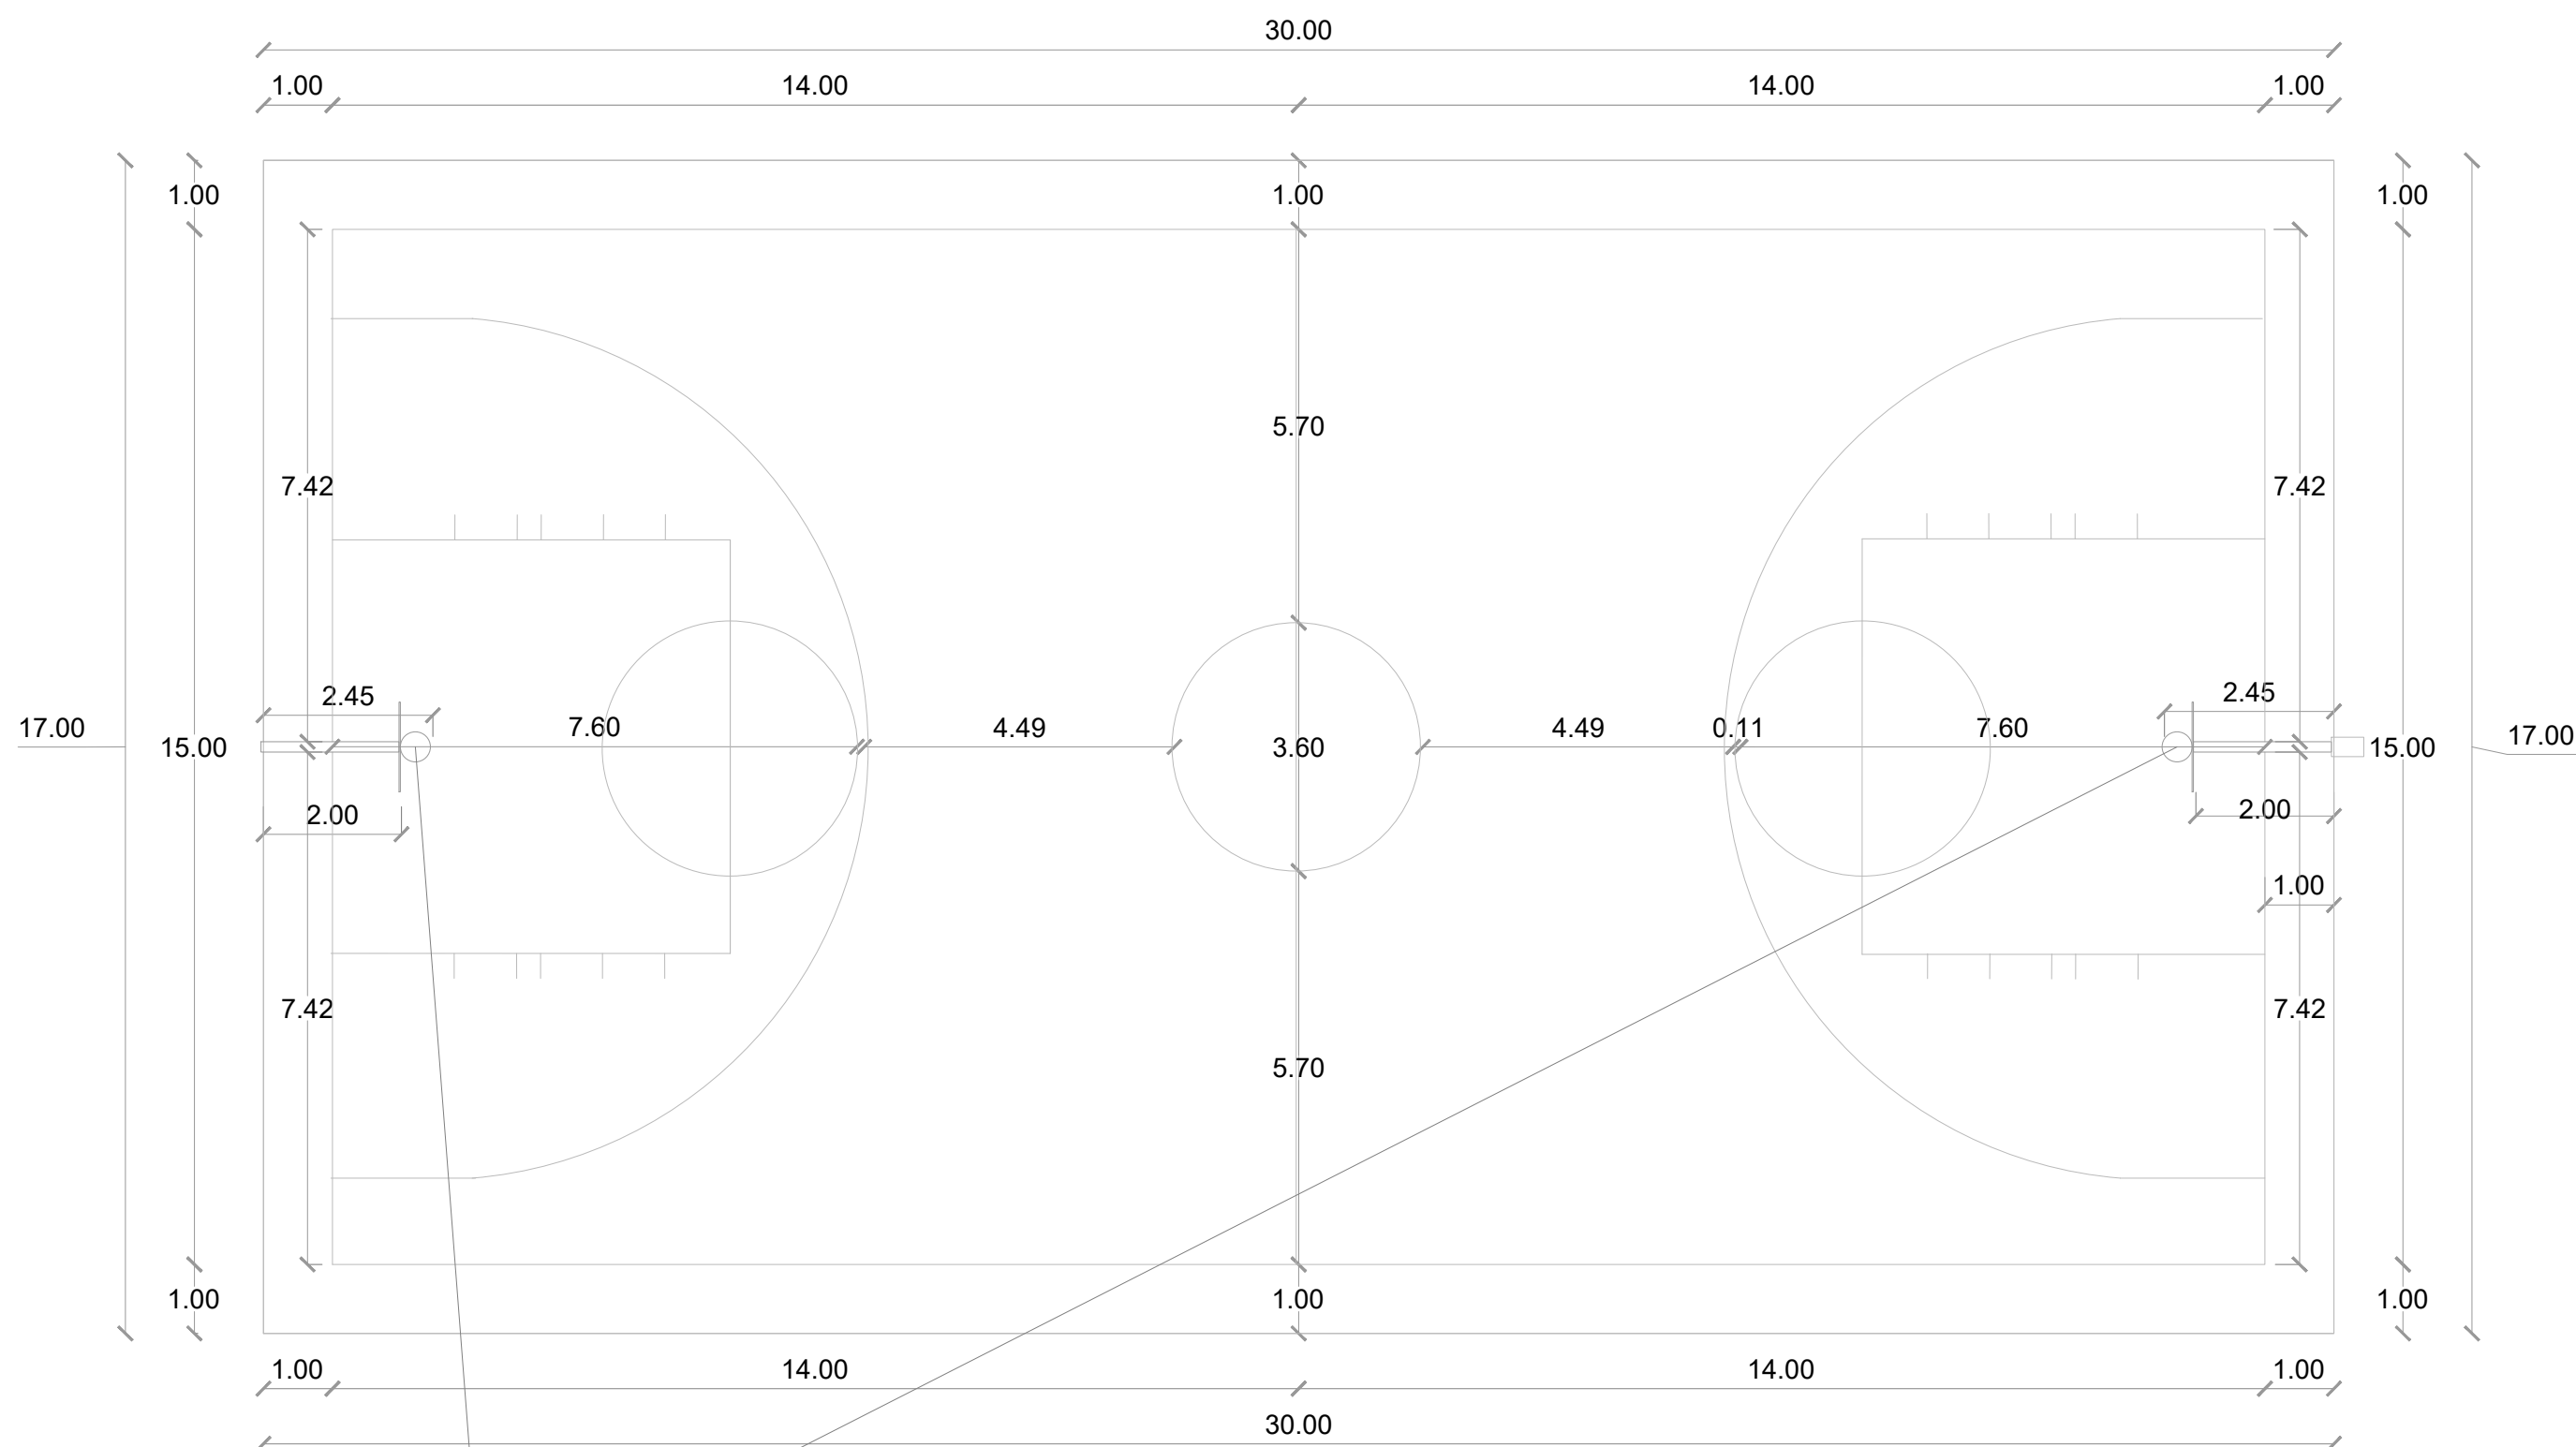

 Equipamiento de dos tableros
móviles marca Spalding

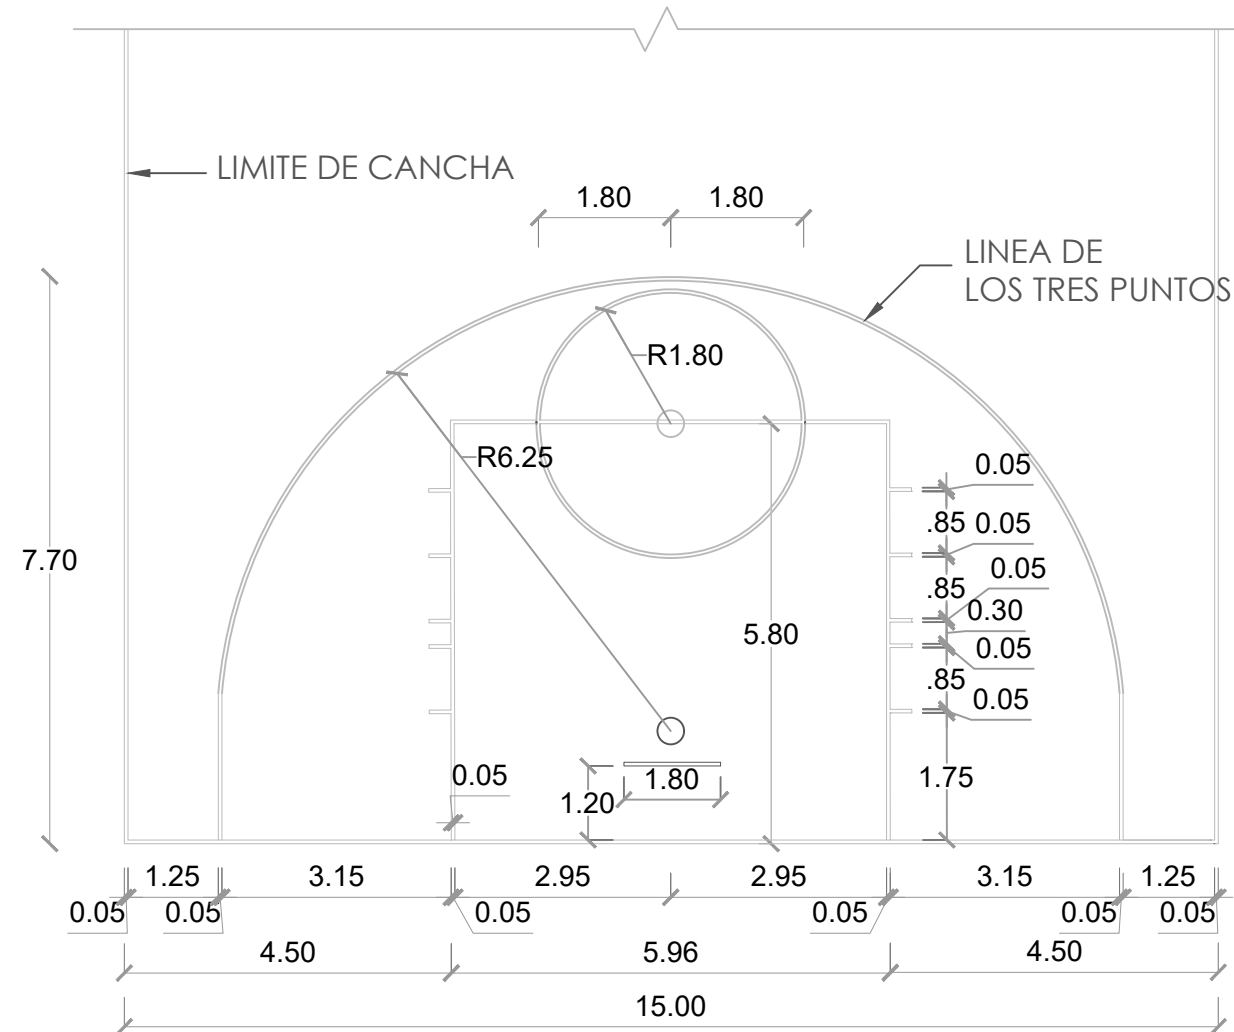

PLANTA ARQUITECTÓNICA DIMENSIONADA
1:100

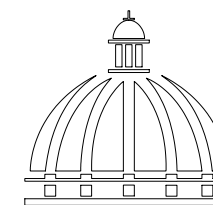

GOBIERNO DE LA
REPÚBLICA DOMINICANA

DIRECCIÓN DE
DESARROLLO PROVINCIAL
DDP

Ave. Dr. Delgado, Esq. Moises García,
Gazcue, Sto. Dgo., R.D.
TEL.: (809)-364-2189 | FAX.: (809)- 688-1665
E-Mail: info@cpadp.gob.do

PROYECTO:
CONSTRUCCIÓN CANCHA DE
BALONCESTO 16 DE AGOSTO, SECTOR
LA JOYA, MNICIPIO SANTIAGO,
PROVINCIA SANTIAGO

REPUBLICA DOMINICANA

EQUIPO DE TRABAJO:

DISEÑO ARQUITECTÓNICO
ARQ.

codia 00000

ENC. INGENIERÍA
ING.FIORDALIZA BONIFACIO
codia 00000

ESTRUCTURAL
ING.

codia 00000

ELÉCTRICO
ING. JUAN PEREZ
codia 00000

HIDRO-SANITARIO
ING. FRANCIS ESTEVEZ
codia 00000

SELLO DE APROBACIÓN:

FECHA:

CONTENIDO:

PLANTA DE ARQUITECTÓNICA
DIMENSIONADA




ESCALA:

1:100

ABRIL 2026




NO. PÁGINA:

003

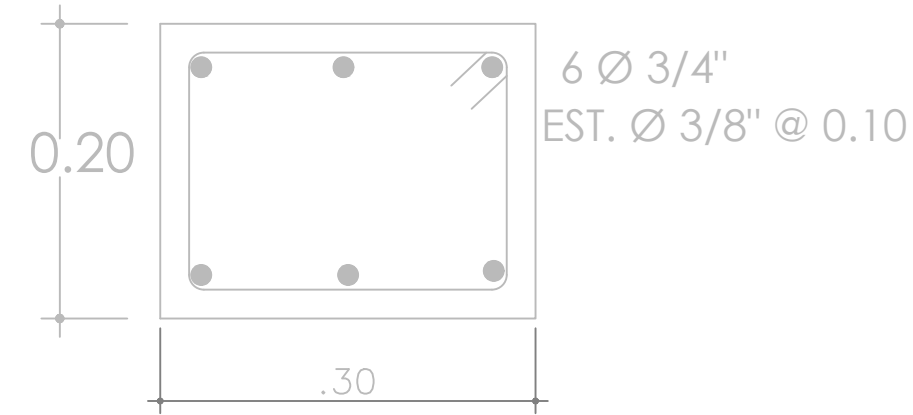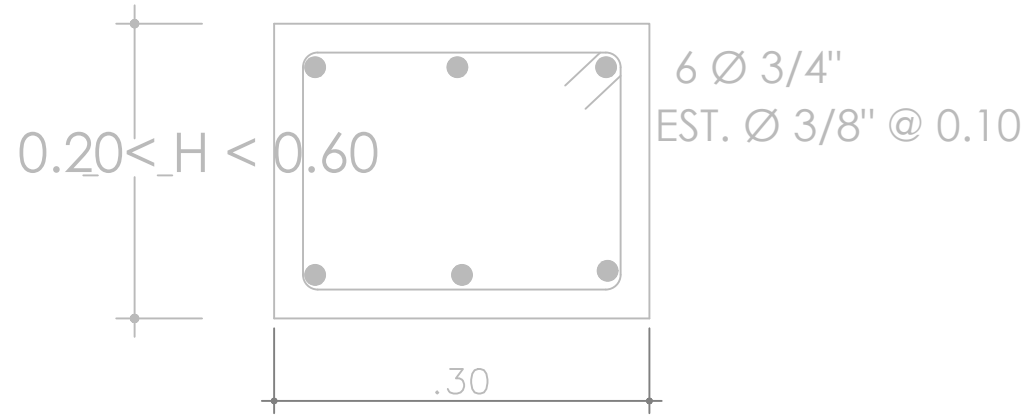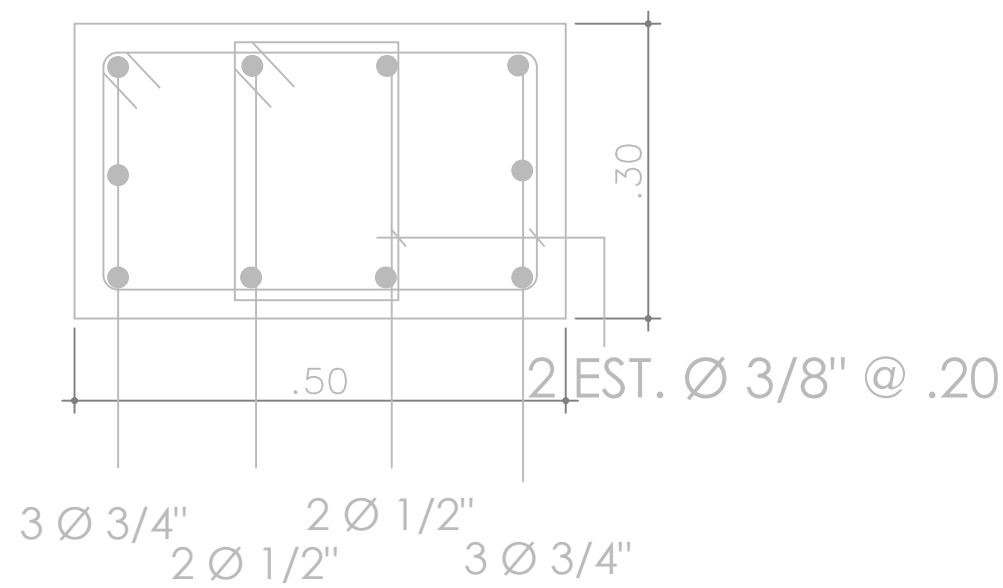



SECCIONES SOPORTE DE TABLERO

ESC. N/A

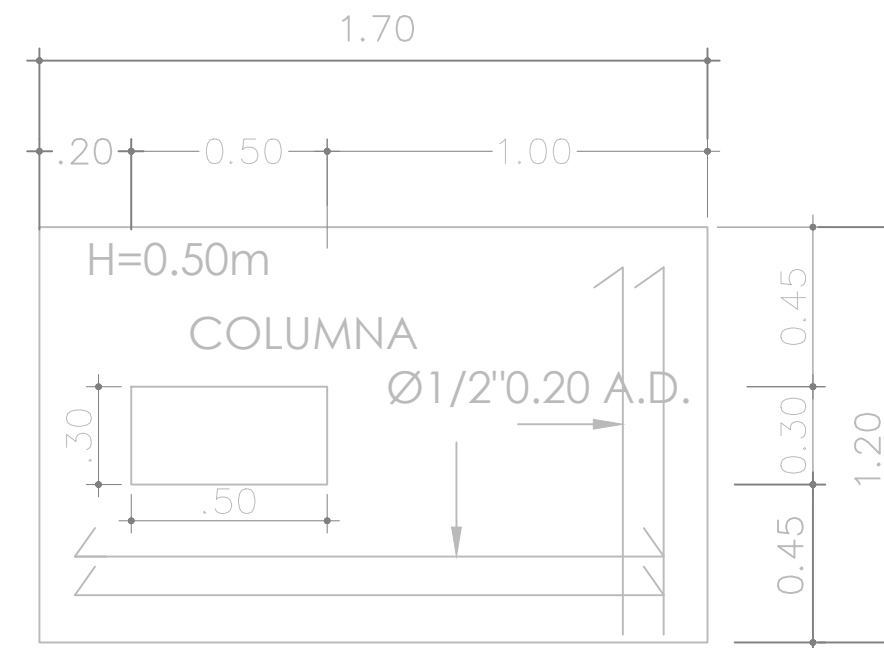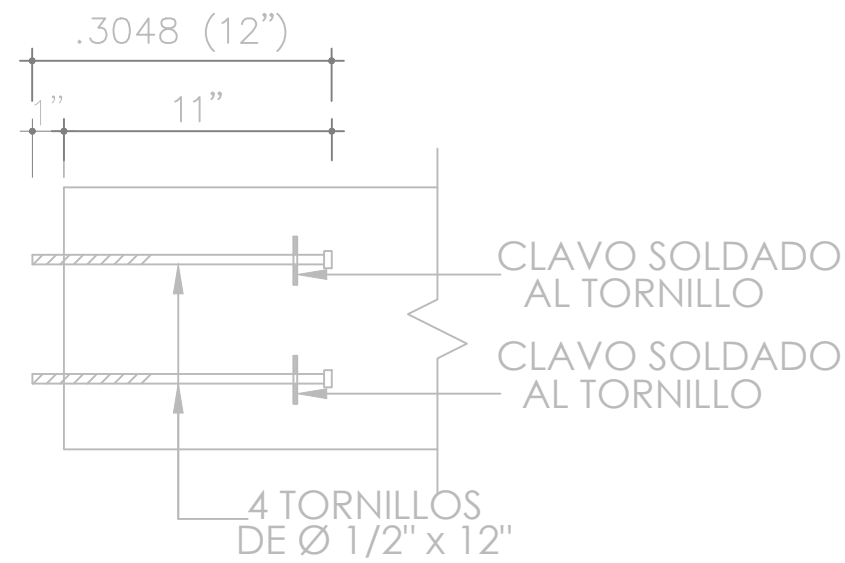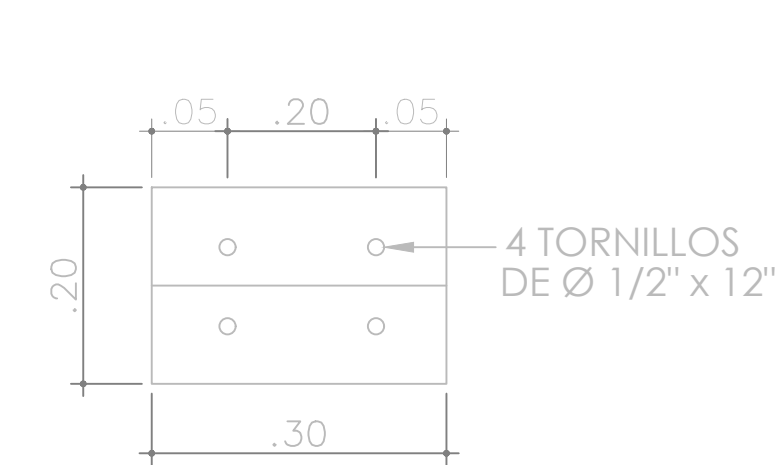

DETALLE SECCIÓN TORNILLO

ESC. N/A

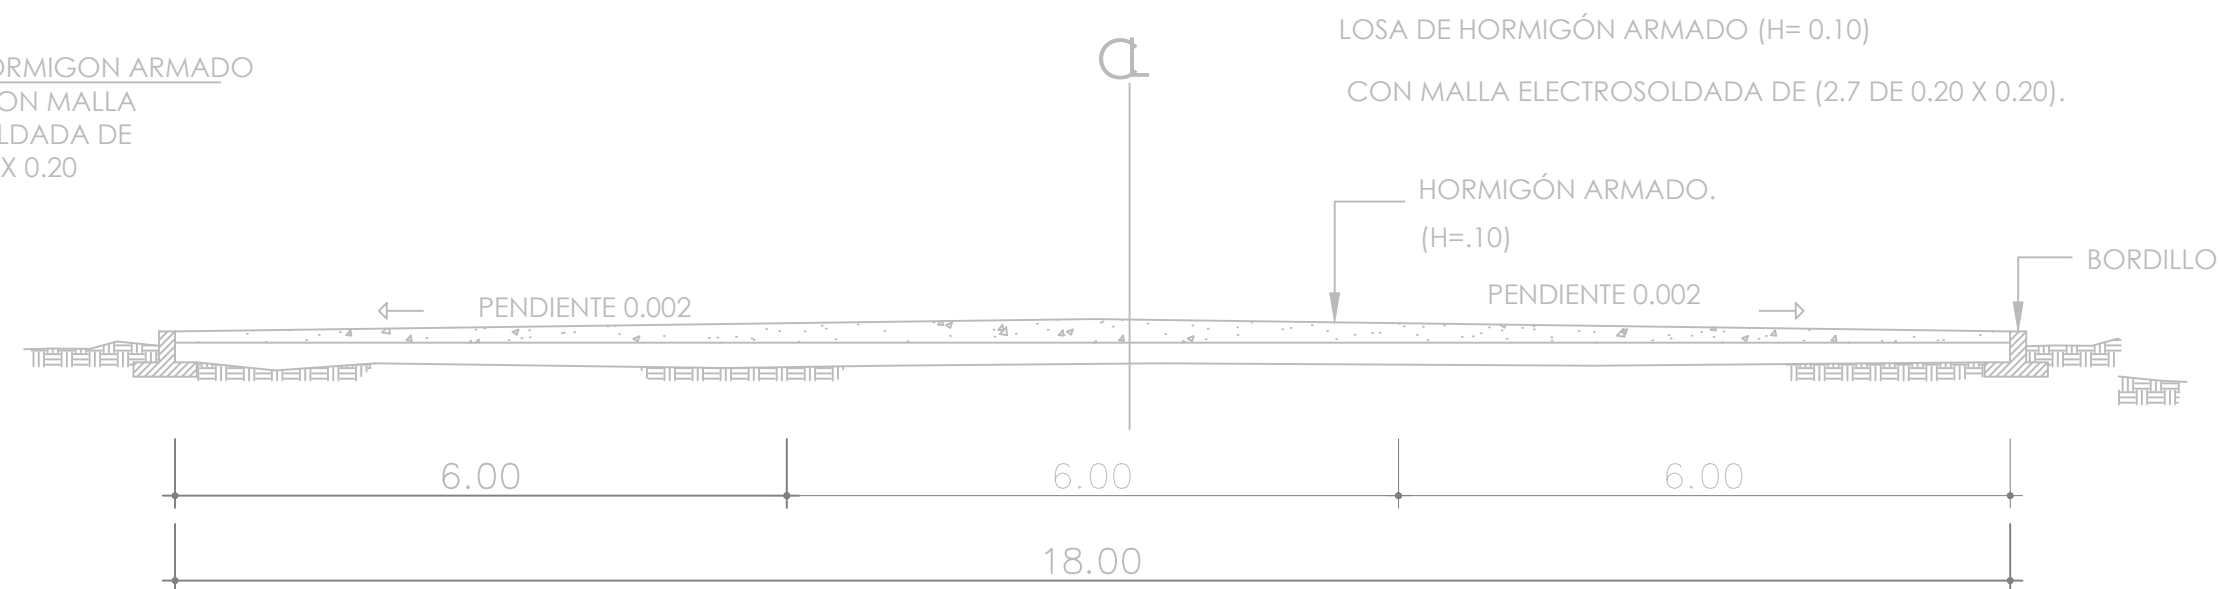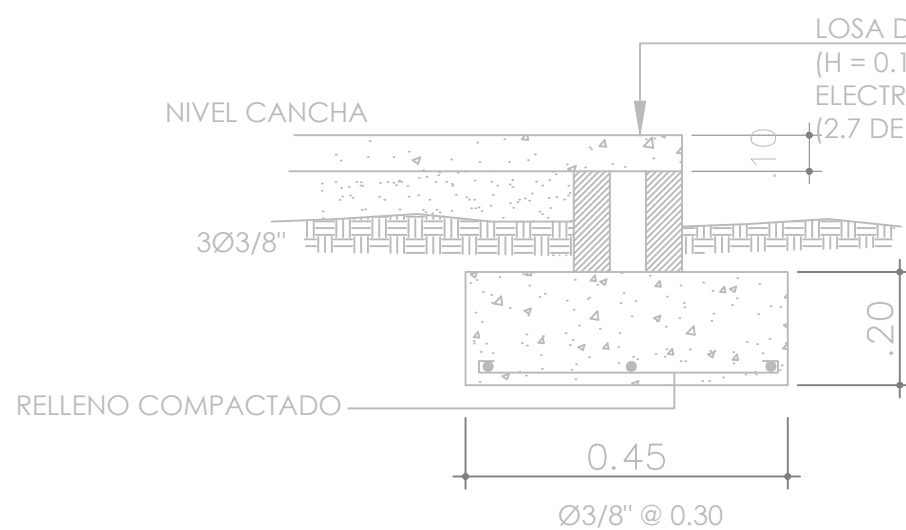

DETALLE DE BORDILLO

ESC. N/A

PROYECTO:
**CONSTRUCCIÓN CANCHA DE
BALONCESTO 16 DE AGOSTO, SECTOR
LA JOYA, MNICIPIO SANTIAGO,
PROVINCIA SANTIAGO**

REPUBLICA DOMINICANA

EQUIPO DE TRABAJO:

DISEÑO ARQUITECTÓNICO
ARQ. _____
codia 00000

ENC. INGENIERÍA
ING.FIORDALIZA BONIFACIO
codia 00000

ESTRUCTURAL
ING. _____
codia 00000

ELÉCTRICO
ING. JUAN PEREZ
codia 00000

HIDRO-SANITARIO
ING. FRANCIS ESTEVEZ
codia 00000

SELLO DE APROBACIÓN:

FECHA: _____

CONTENIDO:

DETALLES ESTRUCTURALES


ESCALA:

1:75

ABRIL 2026

NO. PÁGINA:

004

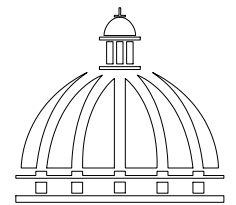

DIRECCIÓN DE
DESARROLLO PROVINCIAL
DDP

Ave. Dr. Delgado, Esq. Moises García,
Gazcue, Sto. Dgo., R.D.
TEL.: (809)-364-2189 | FAX.: (809)- 688-1665
E-Mail: info@cpadp.gob.do

PROYECTO:
CONSTRUCCIÓN CANCHA DE
BALONCESTO 16 DE AGOSTO, SECTOR
LA JOYA, MNICIPIO SANTIAGO,
PROVINCIA SANTIAGO

REPUBLICA DOMINICANA

EQUIPO DE TRABAJO:

DISEÑO ARQUITECTÓNICO
ARQ.

codia 00000

ENC. INGENIERÍA
ING.FIORDALIZA BONIFACIO
codia 00000 _____

codia 00000

ESTRUCTURAL

ING.

codia 00000

ELÉCTRICO

ING. JUA

codia 00000

ANNEX 1

HIDRO-SANITARIO


ING. FRANCIS ESTEVEZ
codia 00000

codia 00000

SELO DE APROBACIÓN:



ESC. N/A

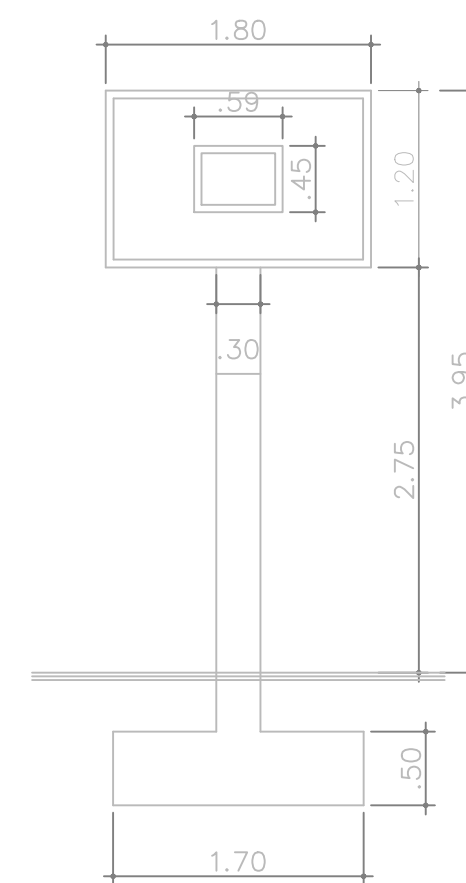

VER DETALLE
(COLOCACION DE TORNILLO)



ESC. N/A



ESC. N/A

ESCALA:

1:100

ABRIL 2026

NO. PÁGINA:

005



VACIADO Y PULIDO CON HELICÓPTERO.
CORTES CON MÁQUINA EN PAÑOS DE 6.00 X 6.00 MT.

PROYECTO:
CONSTRUCCIÓN CANCHA DE
BALONCESTO 16 DE AGOSTO, SECTOR
LA JOYA, MNICIPIO SANTIAGO,
PROVINCIA SANTIAGO
REPUBLICA DOMINICANA

EQUIPO DE TRABAJO:

DISEÑO ARQUITECTÓNICO
ARQ. _____
codia 00000 _____

ENC. INGENIERÍA
ING.FIORDALIZA BONIFACIO
codia 00000 _____

ESTRUCTURAL
ING. _____
codia 00000 _____

ELÉCTRICO
ING. JUAN PEREZ
codia 00000 _____

HIDRO-SANITARIO
ING. FRANCIS ESTEVEZ
codia 00000 _____

SELLO DE APROBACIÓN:

FECHA: _____


CONTENIDO:
DISTRIBUCIÓN DE PAÑO
Y ORDEN DE VACIADO

ESCALA:
1:50

ABRIL 2026



NO. PÁGINA:

006

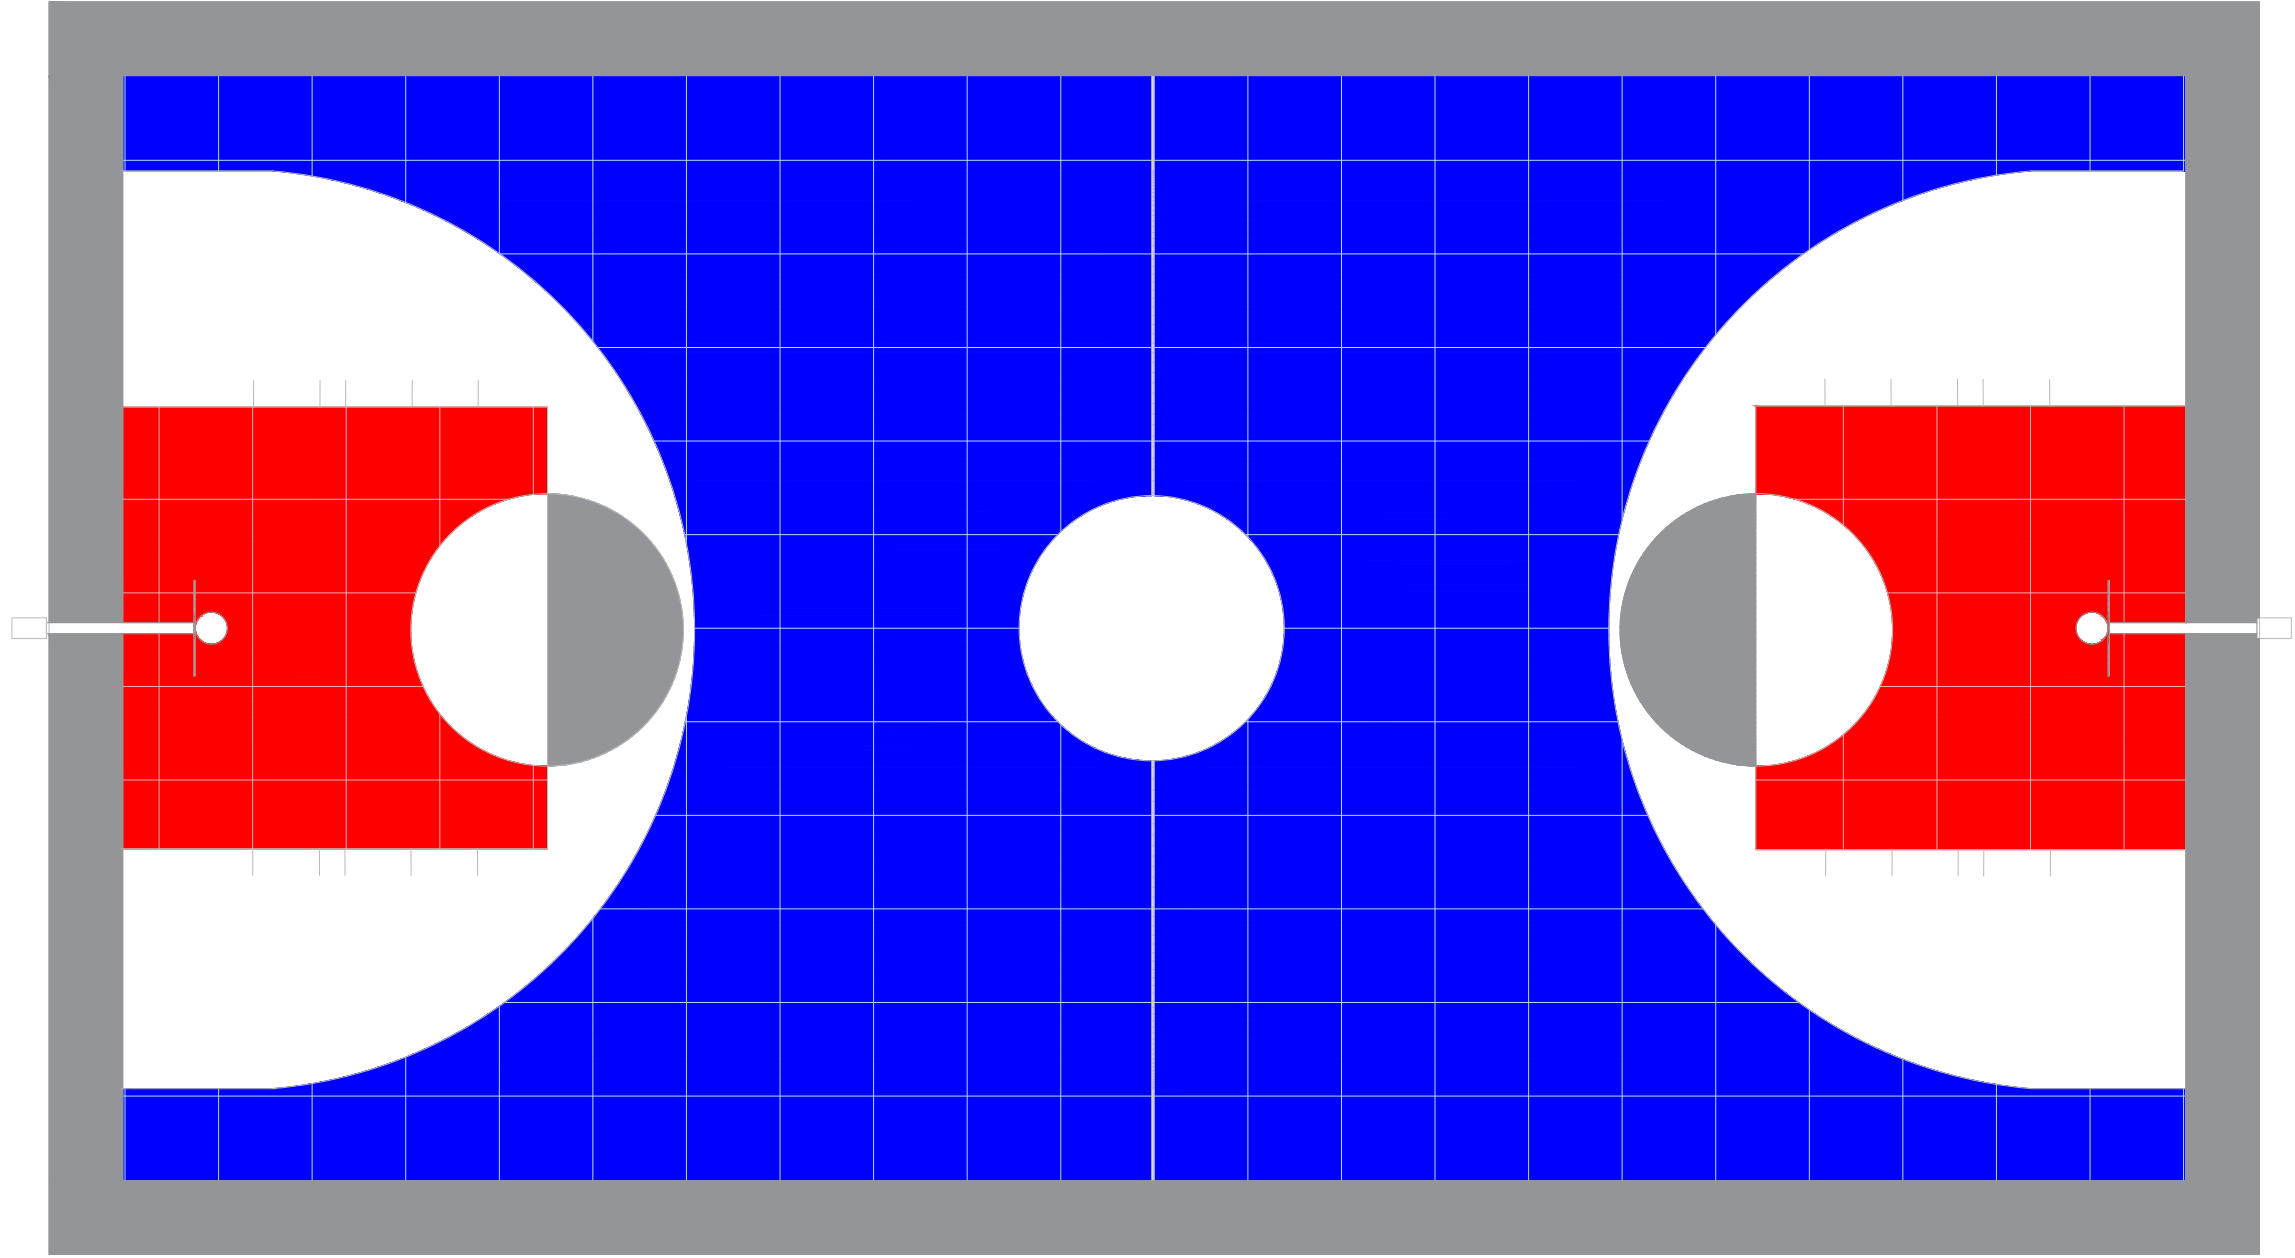

Grafica	Colores
	Gris
	Rojo
	Azul
	Blanco
	Gris Grafito (Lineas)

 ****NOTA:** LOS COLORES EN EL PLANO SOLO SON UNA REPRESENTACION PARA LA APLICACION DE COLORES. GUIARSE DE LOS CODIGOS QUE ESTAN EN LA HOJA

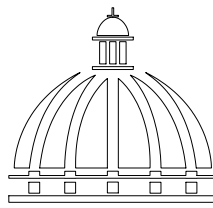

**GOBIERNO DE LA
REPÚBLICA DOMINICANA**

**DIRECCIÓN DE
DESARROLLO PROVINCIAL
DDP**

Ave. Dr. Delgado, Esq. Moises García,
Gazcue, Sto. Dgo., R.D.
TEL.: (809)-364-2189 | FAX.: (809)- 688-1665
E-Mail: info@cpadp.gob.do

PROYECTO:
**CONSTRUCCIÓN CANCHA DE
BALONCESTO 16 DE AGOSTO, SECTOR
LA JOYA, MNICIPIO SANTIAGO,
PROVINCIA SANTIAGO**
REPUBLICA DOMINICANA

EQUIPO DE TRABAJO:

DISEÑO ARQUITECTÓNICO
ARQ. _____
codia 00000 _____

ENC. INGENIERÍA
ING.FIORDALIZA BONIFACIO
codia 00000 _____

ESTRUCTURAL
ING. _____
codia 00000 _____

ELÉCTRICO
ING. JUAN PEREZ
codia 00000 _____

HIDRO-SANITARIO
ING. FRANCIS ESTEVEZ
codia 00000 _____

SELLO DE APROBACIÓN:

FECHA: _____

CONTENIDO:
**DETALLES ESPECIFICACIONES DE
TABLONCILLO SINTETICO**

ESCALA:
1:100

ABRIL 2026

NO. PÁGINA:
007

PROYECTO:
**CONSTRUCCIÓN CANCHA DE
BALONCESTO 16 DE AGOSTO, SECTOR
LA JOYA, MNICIPIO SANTIAGO,
PROVINCIA SANTIAGO**

REPUBLICA DOMINICANA

- EQUIPO DE TRABAJO:
- DISEÑO ARQUITECTÓNICO**
ARQ. codia 00000
- ENC. INGENIERÍA**
ING.FIORDALIZA BONIFACIO
codia 00000
- ESTRUCTURAL**
ING. codia 00000
- ELÉCTRICO**
ING. JUAN PEREZ
codia 00000
- HIDRO-SANITARIO**
ING. FRANCIS ESTEVEZ
codia 00000

SELLO DE APROBACIÓN:

FECHA:

CONTENIDO:

GRADAS


ESCALA:

1:75


ABRIL 2026


NO. PÁGINA:

 
008



 **VISTA EN PLANTA - GRADAS**
ESC. 1:50

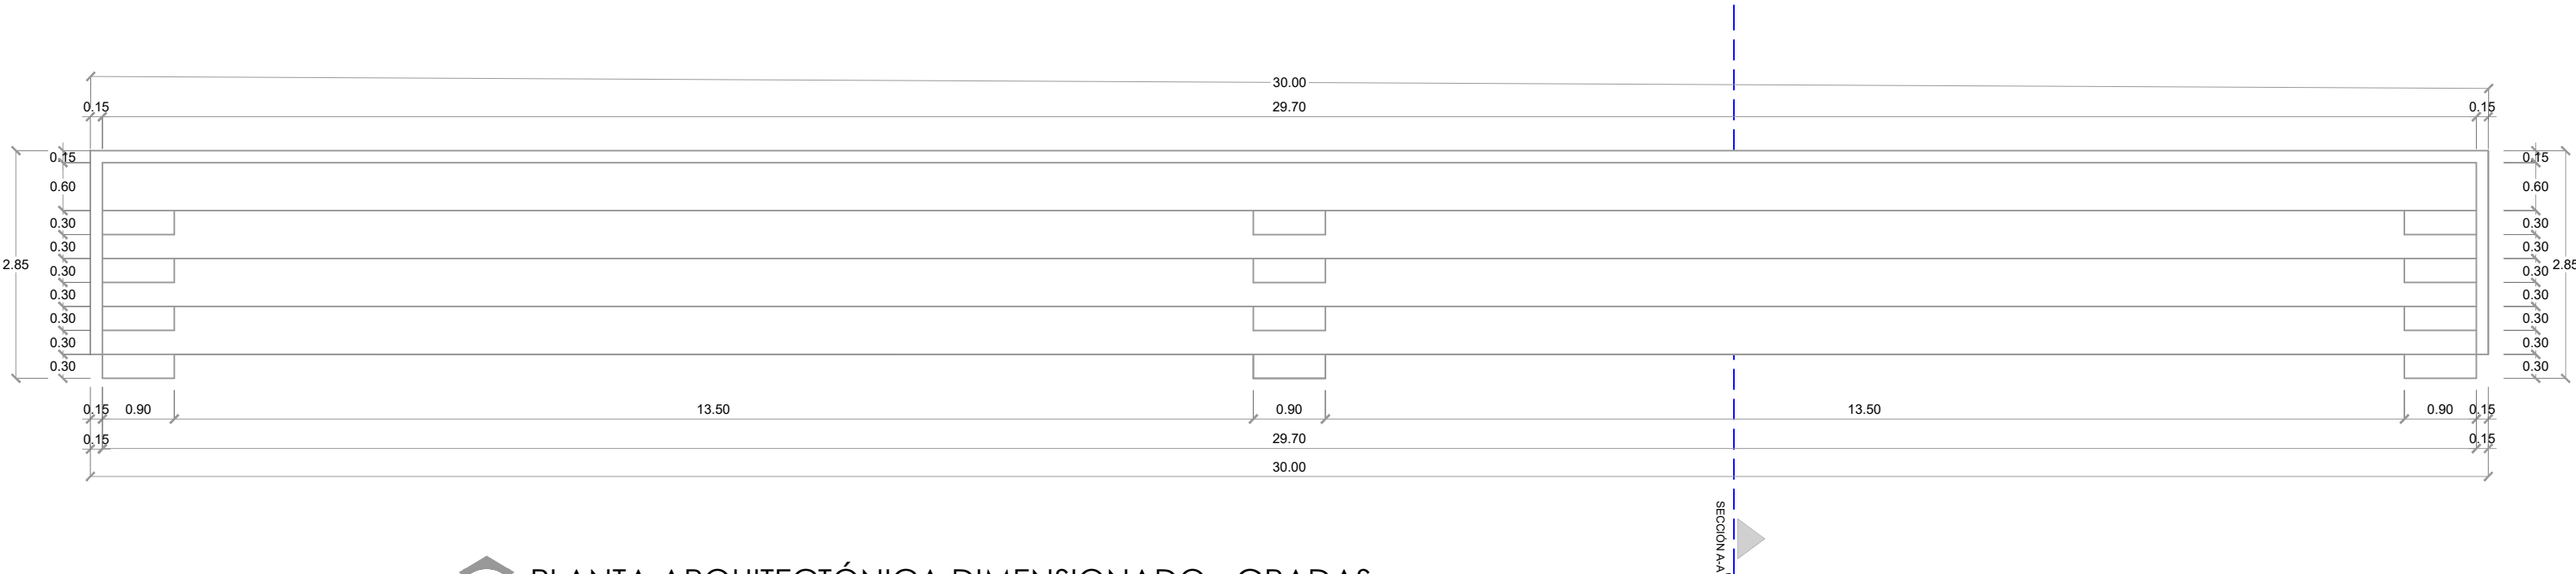

  **PLANTA ARQUITECTÓNICA DIMENSIONADO - GRADAS**
ESC. 1:50

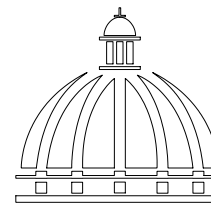

GOBIERNO DE LA
REPÚBLICA DOMINICANA

DIRECCIÓN DE
DESARROLLO PROVINCIAL
DDP

Ave. Dr. Delgado, Esq. Moises García,
Gazcue, Sto. Dgo., R.D.
TEL.: (809)-364-2189 | FAX.: (809)- 688-1665
E-Mail: info@cpadp.gob.do

PROYECTO:
CONSTRUCCIÓN CANCHA DE
BALONCESTO 16 DE AGOSTO, SECTOR
LA JOYA, MNICIPIO SANTIAGO,
PROVINCIA SANTIAGO

REPUBLICA DOMINICANA

EQUIPO DE TRABAJO:

DISEÑO ARQUITECTÓNICO
ARQ.

codia 00000

ENC. INGENIERÍA
ING.FIORDALIZA BONIFACIO
codia 00000

ESTRUCTURAL
ING.
codia 00000

ELÉCTRICO
ING. JUAN PEREZ
codia 00000

HIDRO-SANITARIO
ING. FRANCIS ESTEVEZ
codia 00000

SELLO DE APROBACIÓN:

FECHA:

CONTENIDO:

DETALLE DE GRADAS


ESCALA:

1:75


ABRIL 2026

NO. PÁGINA:


009

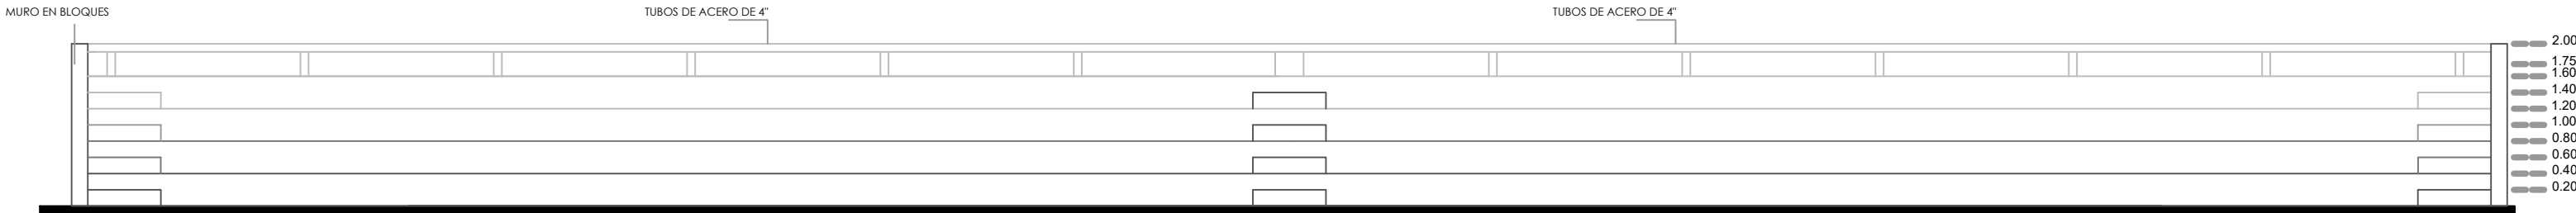


ELEVACIÓN FRONTAL - GRADAS
ESC. 1:50

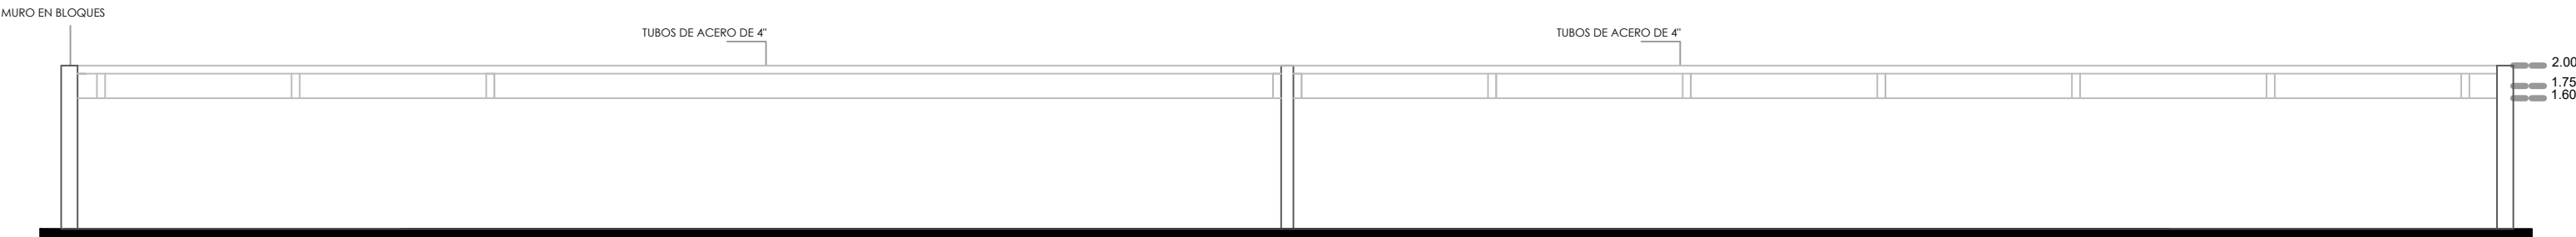


ELEVACIÓN POSTERIOR - GRADAS
ESC. 1:50

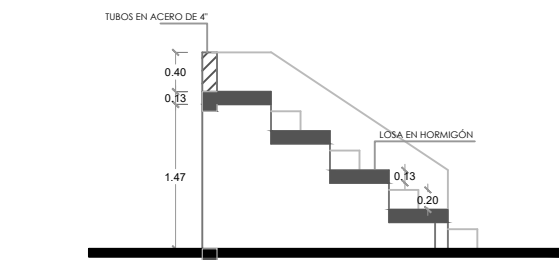

SECCIÓN A-A
ESC. 1:50

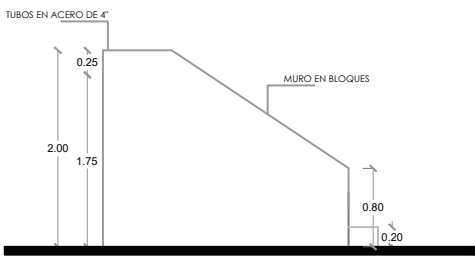


ELEVACIÓN LATERAL IZQ.
ESC. 1:50

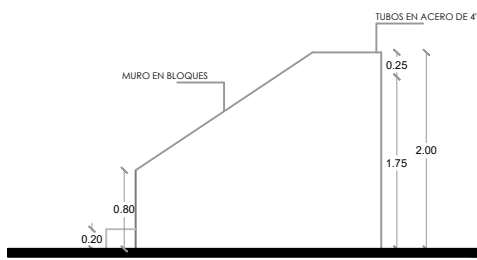

ELEVACIÓN LATERAL DER.
ESC. 1:50

DETALLES DE GRADAS
ESC. 1:75

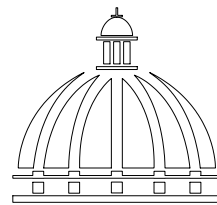

GOBIERNO DE LA
REPÚBLICA DOMINICANA

DIRECCIÓN DE
DESARROLLO PROVINCIAL
DDP

Ave. Dr. Delgado, Esq. Moises García,
Gazcue, Sto. Dgo., R.D.
TEL.: (809)-364-2189 | FAX.: (809)- 688-1665
E-Mail: info@cpadp.gob.do

PROYECTO:
**CONSTRUCCIÓN CANCHA DE
BALONCESTO 16 DE AGOSTO, SECTOR
LA JOYA, MNICIPIO SANTIAGO,
PROVINCIA SANTIAGO**
REPUBLICA DOMINICANA

EQUIPO DE TRABAJO:

DISEÑO ARQUITECTÓNICO
ARQ. _____
codia 00000

ENC. INGENIERÍA
ING.FIORDALIZA BONIFACIO
codia 00000

ESTRUCTURAL
ING. _____
codia 00000

ELÉCTRICO
ING. JUAN PEREZ
codia 00000

HIDRO-SANITARIO
ING. FRANCIS ESTEVEZ
codia 00000

SELLO DE APROBACIÓN:

FECHA: _____

CONTENIDO:

GRADAS



ESCALA:

1:75




ABRIL 2026

NO. PÁGINA:


010

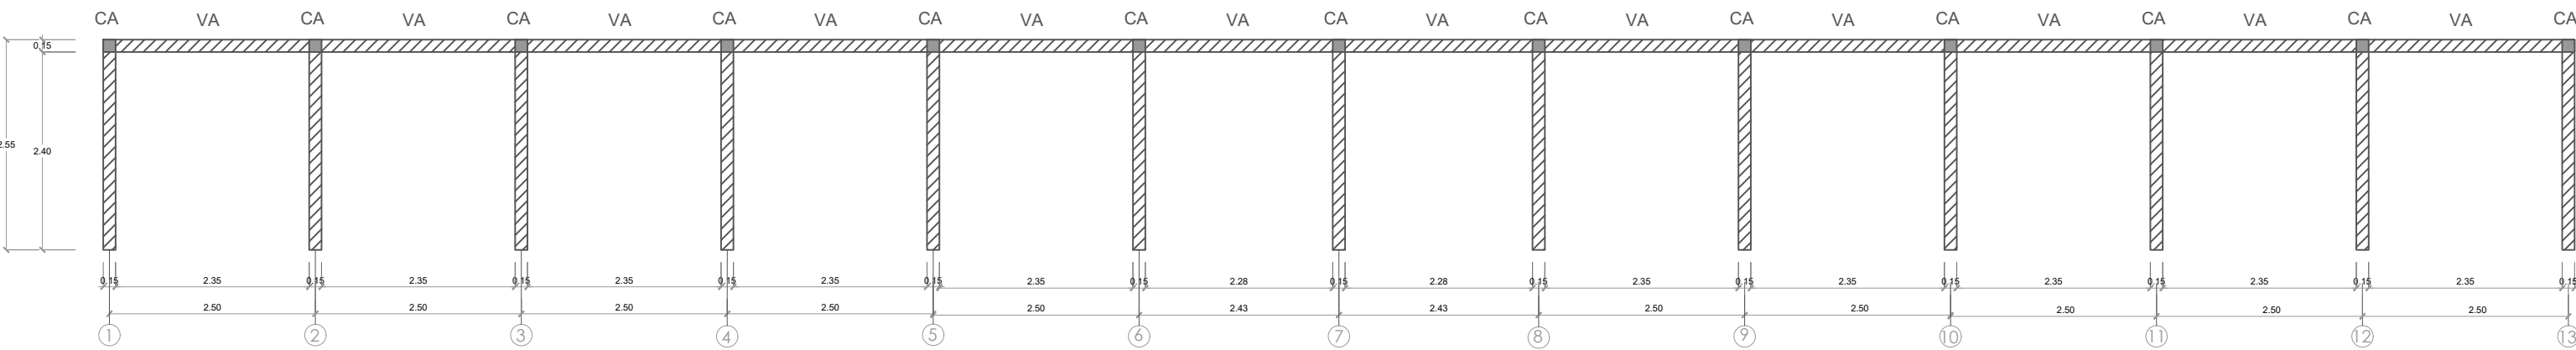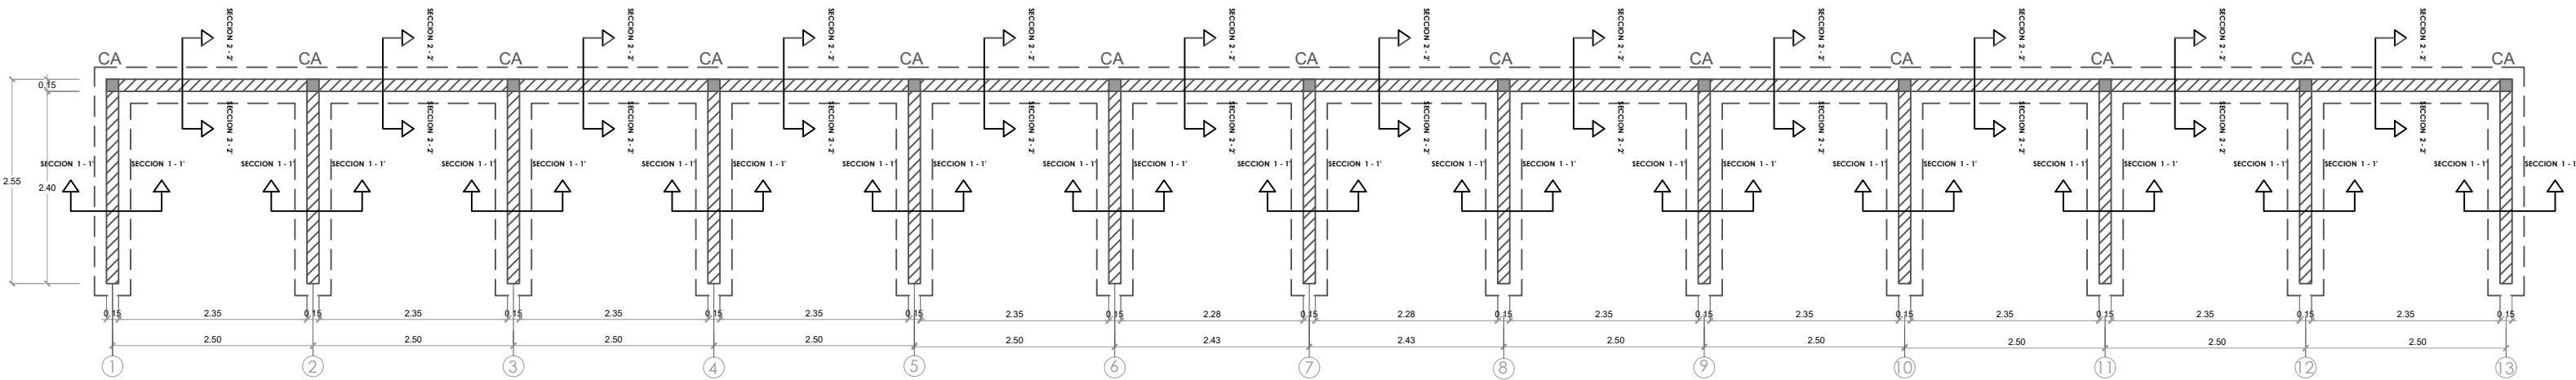

PLANTA ESTRUCTURAL DE GRADA
ESC. 1:50

  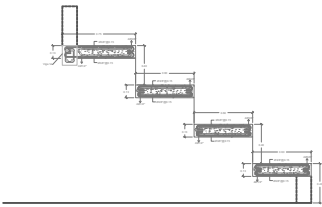


SECCIÓN LOSA - GRADA
ESC. 1:50

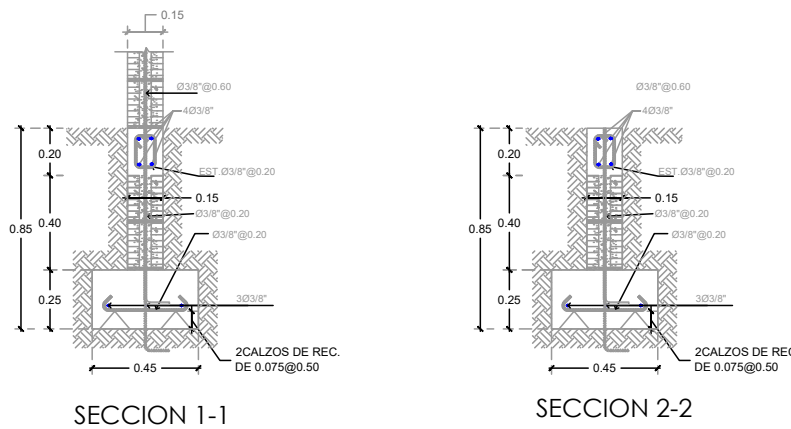


SECCION 1-1
DETALLE ZAPATA
ESC. 1:50

DETALLES ESTRUCTURALES DE GRADAS
ESC. 1:75

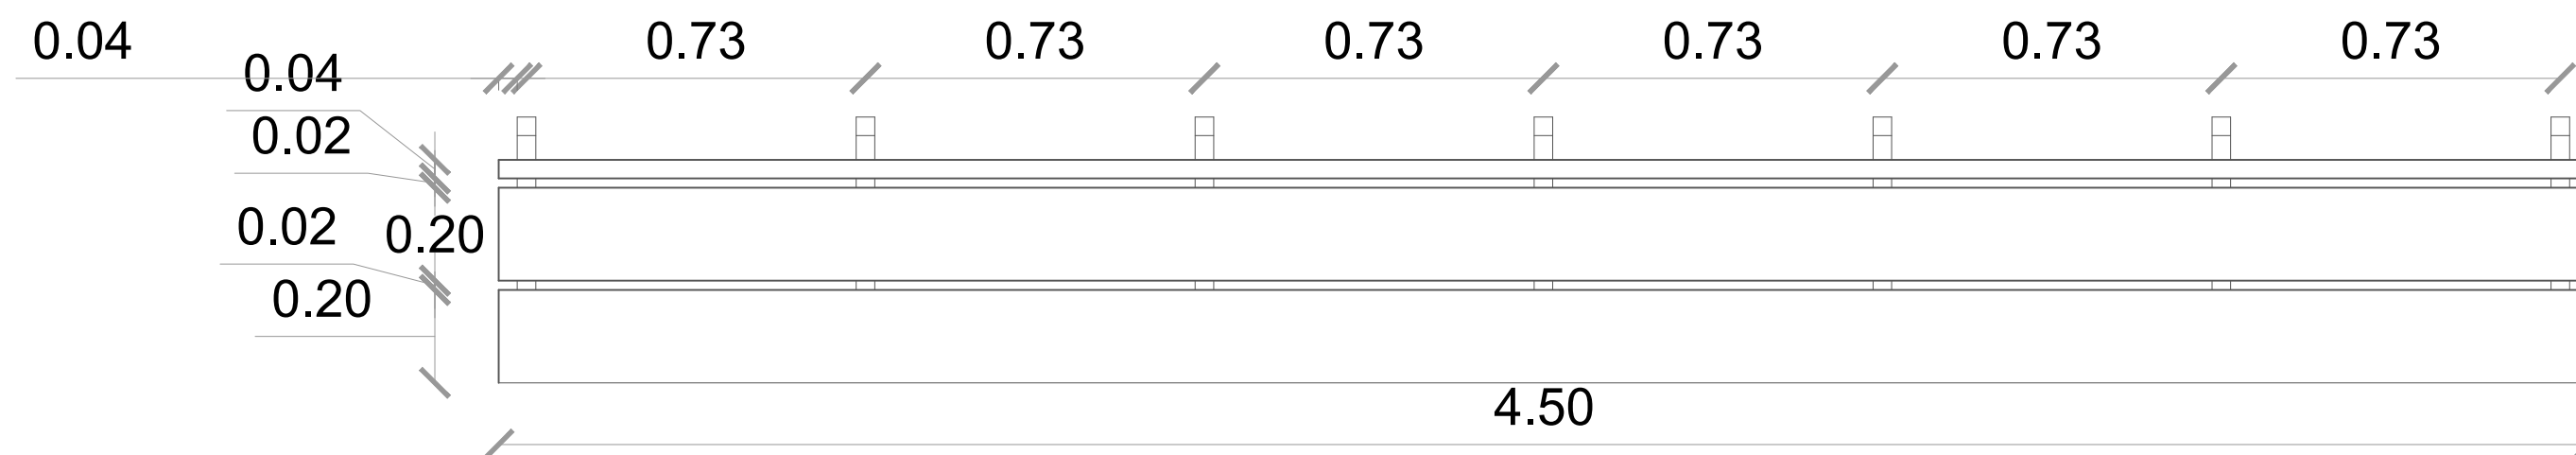

PLANTA
ESC. 1:15


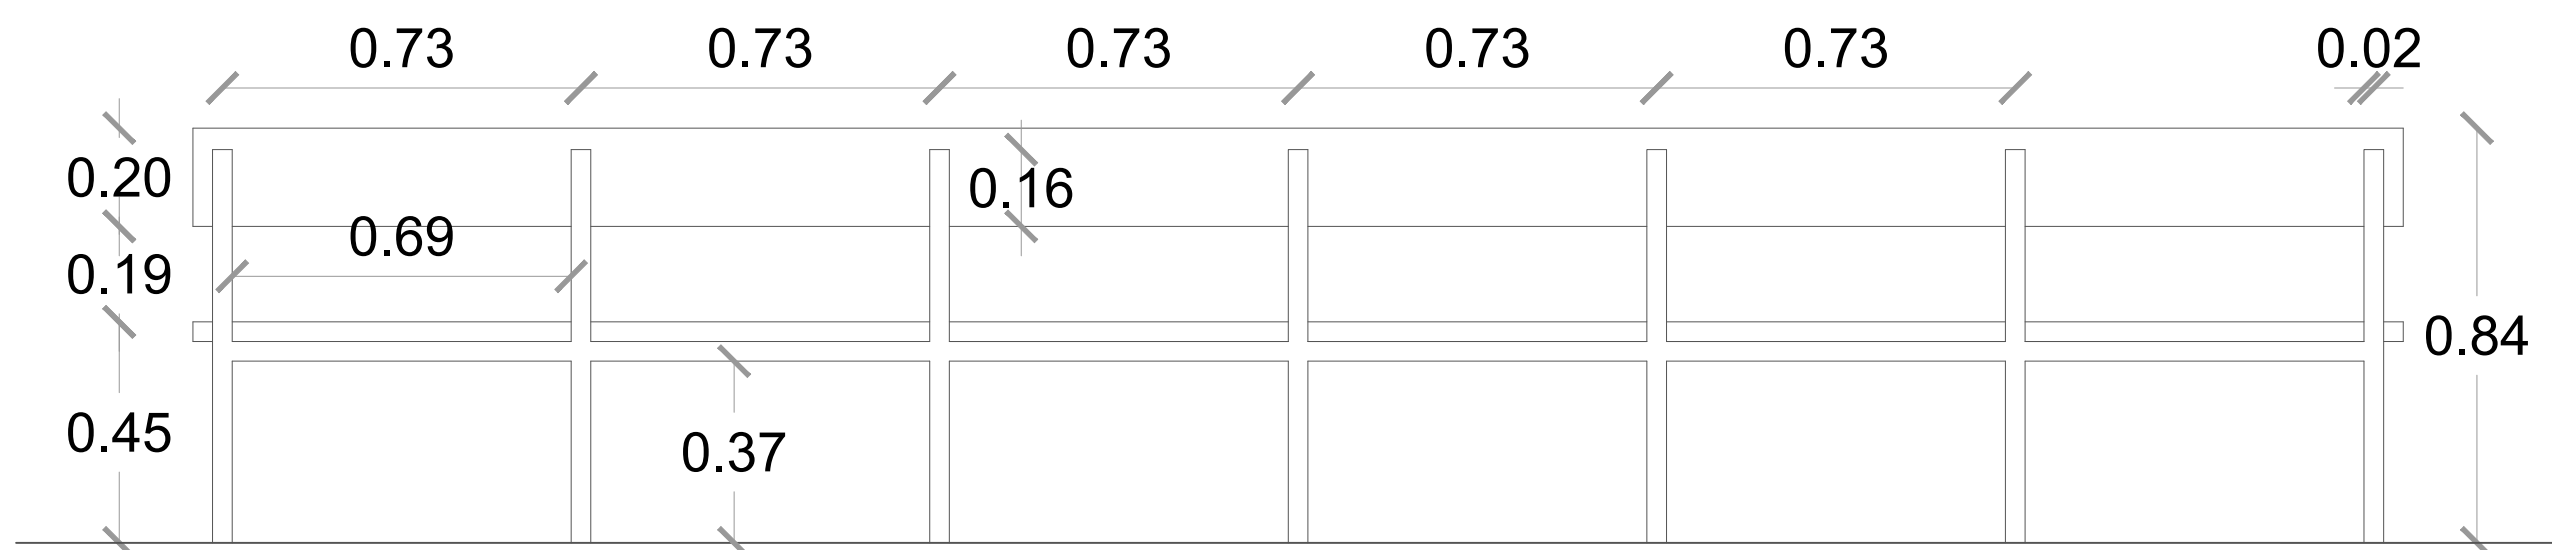


ELEVACIÓN POSTERIOR
ESC. 1:15

SECCIÓN TRANSVERSAL - BANQUETAS
ESC. 1:15

Acero laminado pintado,
sección cuadrada
4 cm x 4

Tablas
laqueadas
1 1/2" x 8"

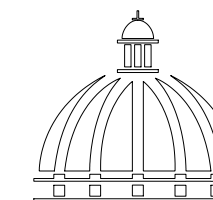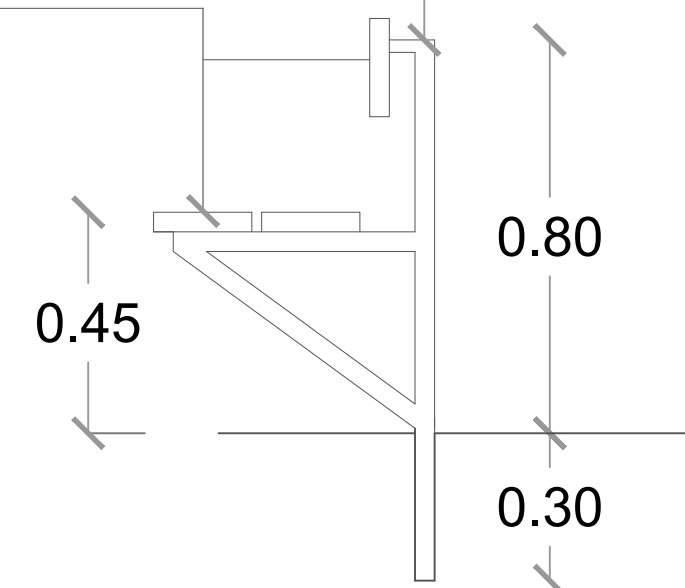

GOBIERNO DE LA
REPÚBLICA DOMINICANA

DIRECCIÓN DE
DESARROLLO PROVINCIAL
DDP

Ave. Dr. Delgado, Esq. Moises García,
Gazcue, Sto. Dgo., R.D.
TEL.: (809)-364-2189 | FAX.: (809)- 688-1665
E-Mail: info@cpadp.gob.do

PROYECTO:
CONSTRUCCIÓN CANCHA DE
BALONCESTO 16 DE AGOSTO, SECTOR
LA JOYA, MNICIPIO SANTIAGO,
PROVINCIA SANTIAGO
REPUBLICA DOMINICANA

EQUIPO DE TRABAJO:

DISEÑO ARQUITECTÓNICO
ARQ. _____
codia 00000

ENC. INGENIERÍA
ING.FIORDALIZA BONIFACIO
codia 00000

ESTRUCTURAL
ING. _____
codia 00000

ELÉCTRICO
ING. JUAN PEREZ
codia 00000

HIDRO-SANITARIO
ING. FRANCIS ESTEVEZ
codia 00000

SELLO DE APROBACIÓN:


FECHA: _____

CONTENIDO:
BANQUETAS


ESCALA:
1:15

ABRIL 2026


NO. PÁGINA:
011

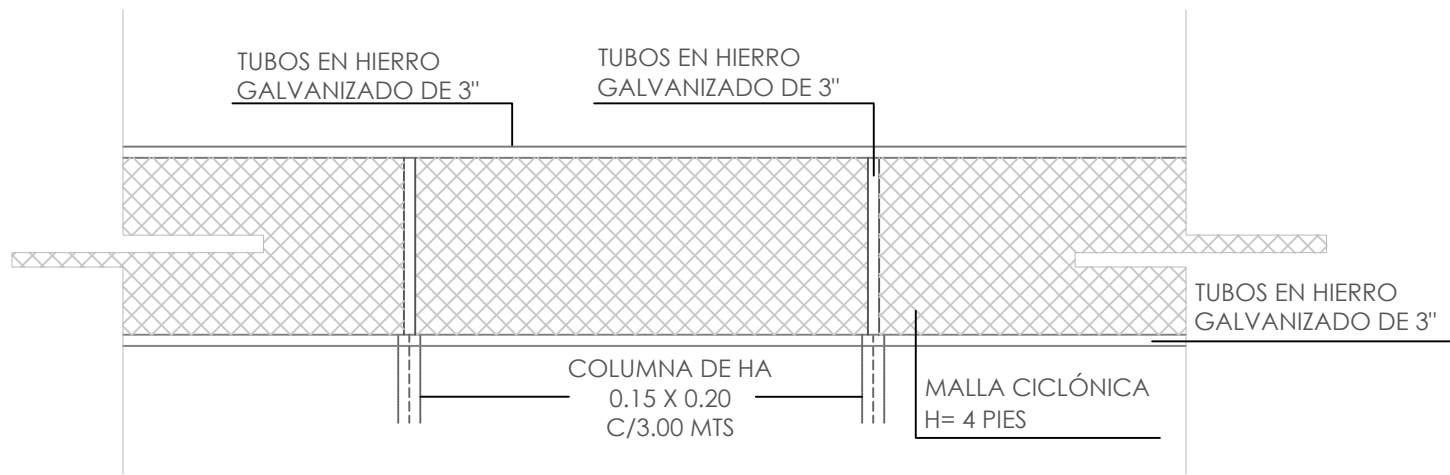




11.00 ELEVACIÓN
ESC. 1:30

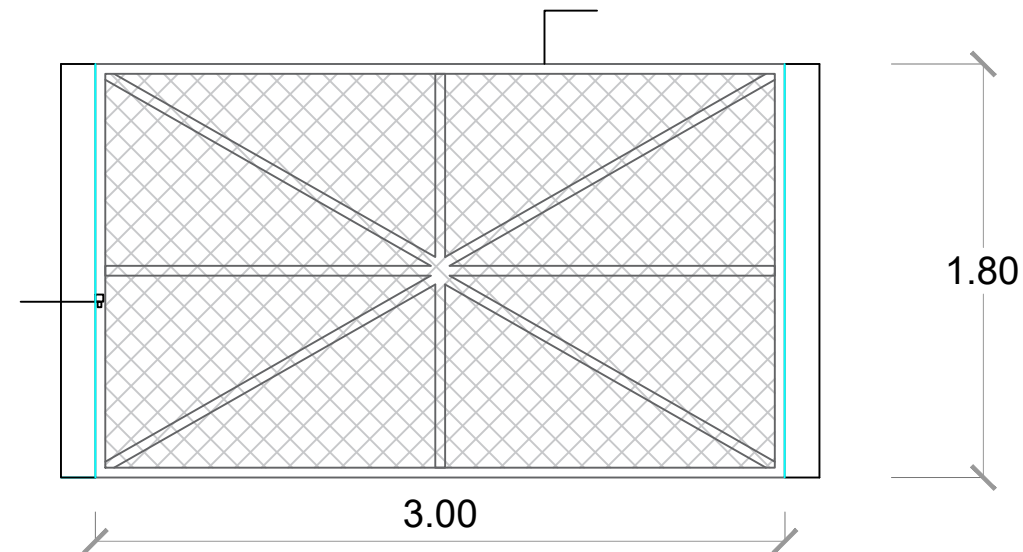

11.00 PUERTA MALLA CICLÓNICA
ESC. 1:30

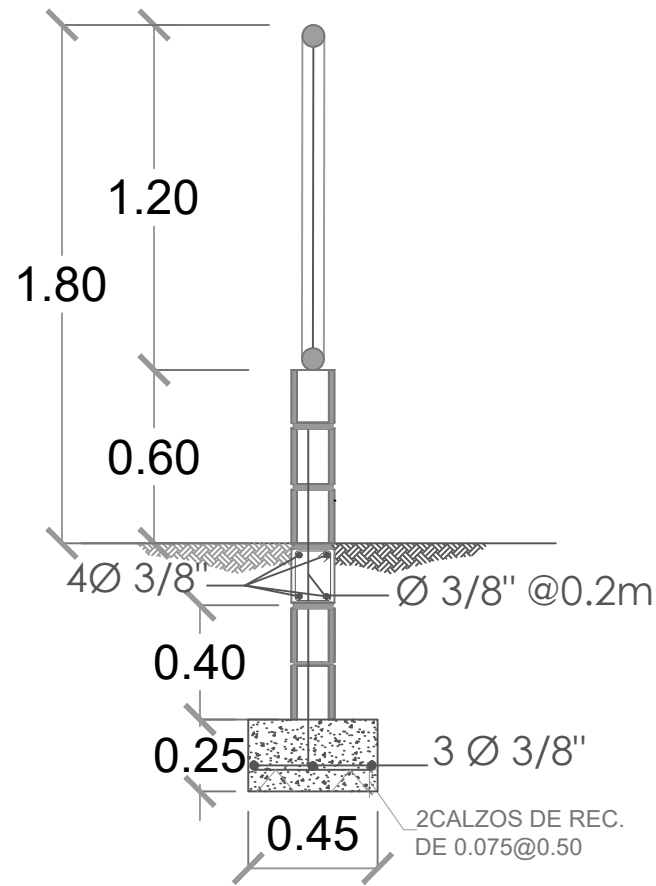


11.00 MUROS EN BLOQUES Y MALLA CICLÓNICA
ESC. 1:30

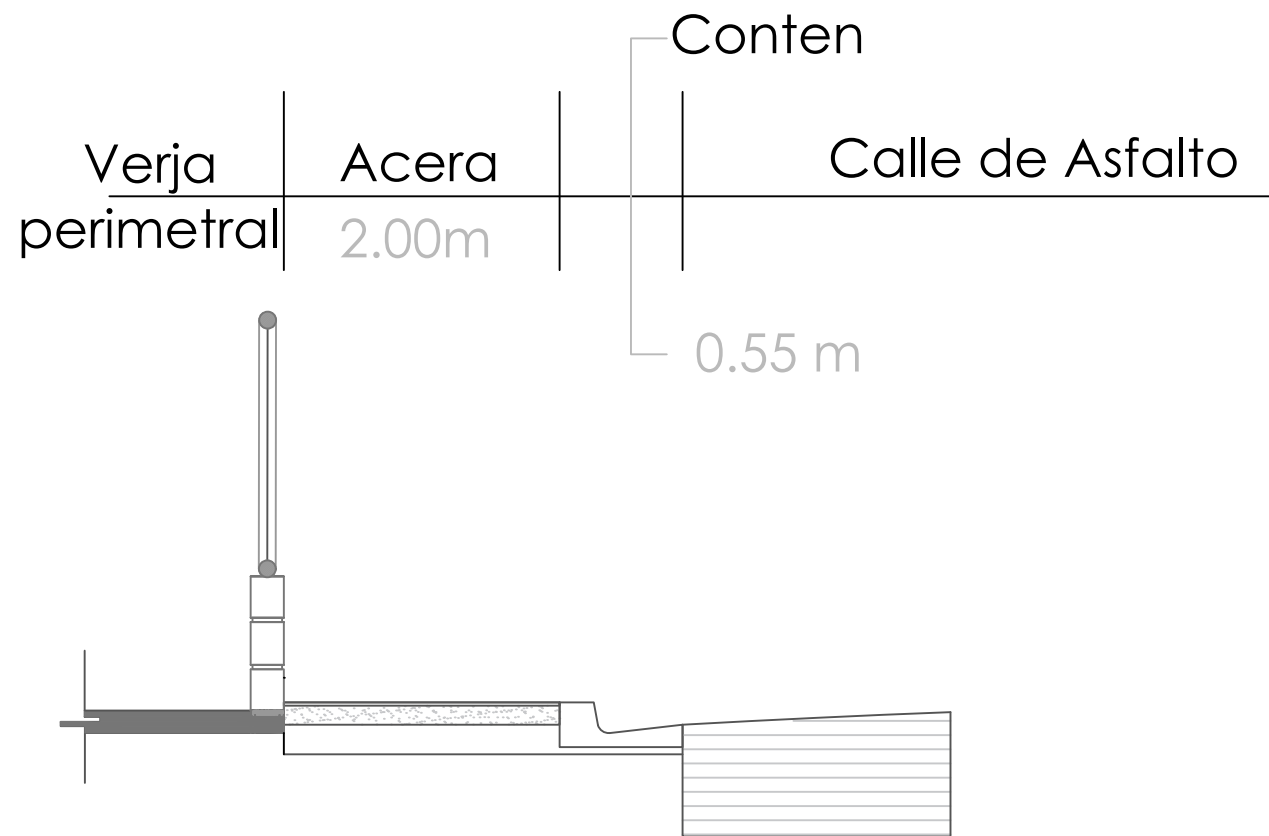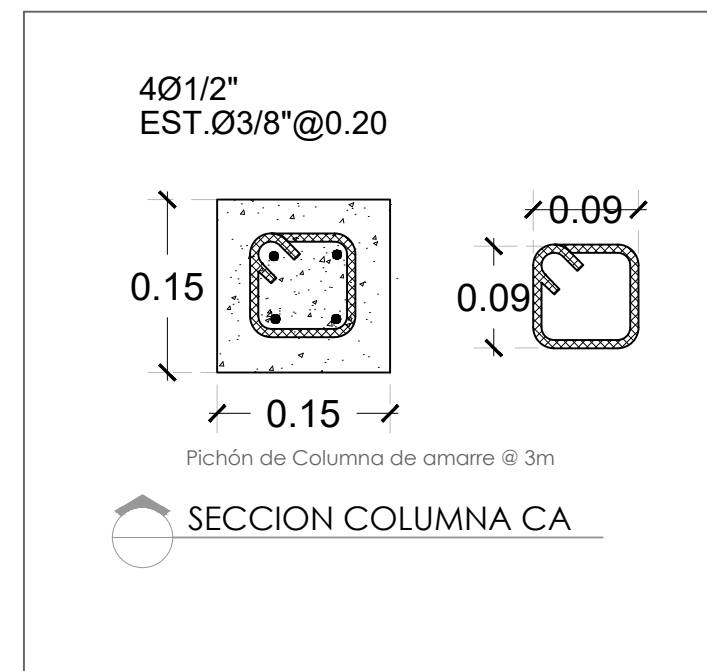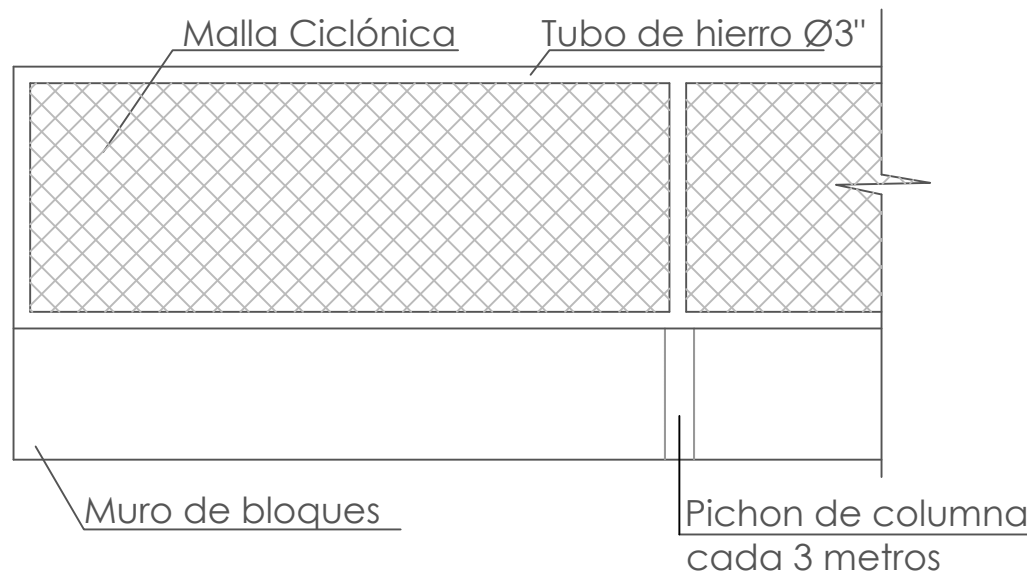

11.00 DETALLES ACERAS Y CONTENES
ESC. 1:30

DETALLES DE VERJA PERIMETRAL
ESC. 1:75

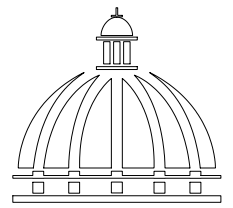

GOBIERNO DE LA
REPÚBLICA DOMINICANA

DIRECCIÓN DE
DESARROLLO PROVINCIAL
DDP

Ave. Dr. Delgado, Esq. Moises García,
Gazcue, Sto. Dgo., R.D.
TEL.: (809)-364-2189 | FAX.: (809)- 688-1665
E-Mail: info@cpadp.gob.do

PROYECTO:
CONSTRUCCIÓN CANCHA DE
BALONCESTO 16 DE AGOSTO, SECTOR
LA JOYA, MNICIPIO SANTIAGO,
PROVINCIA SANTIAGO

REPUBLICA DOMINICANA

EQUIPO DE TRABAJO:

DISEÑO ARQUITECTÓNICO
ARQ.

codia 00000

ENC. INGENIERÍA
ING.FIORDALIZA BONIFACIO
codia 00000

ESTRUCTURAL
ING.

codia 00000

ELÉCTRICO
ING. JUAN PEREZ
codia 00000

HIDRO-SANITARIO
ING. FRANCIS ESTEVEZ
codia 00000

SELLO DE APROBACIÓN:

FECHA:


CONTENIDO:
DETALLES VERJA PERIMETRAL

ESCALA:
1:50

ABRIL 2026

NO. PÁGINA:

012

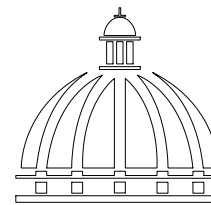

GOBIERNO DE LA
REPÚBLICA DOMINICANA

DIRECCIÓN DE
DESARROLLO PROVINCIAL
DDP

Ave. Dr. Delgado, Esq. Moises García,
Gazcue, Sto. Dgo., R.D.
TEL.: (809)-364-2189 | FAX.: (809)- 688-1665
E-Mail: info@cpadp.gob.do

PROYECTO:
**CONSTRUCCIÓN CANCHA DE
BALONCESTO 16 DE AGOSTO, SECTOR
LA JOYA, MNICIPIO SANTIAGO,
PROVINCIA SANTIAGO**
REPUBLICA DOMINICANA

EQUIPO DE TRABAJO:

DISEÑO ARQUITECTÓNICO
ARQ. _____
codia 00000 _____

ENC. INGENIERÍA
ING.FIORDALIZA BONIFACIO
codia 00000 _____

ESTRUCTURAL
ING. _____
codia 00000 _____

ELÉCTRICO
ING. JUAN PEREZ
codia 00000 _____

HIDRO-SANITARIO
ING. FRANCIS ESTEVEZ
codia 00000 _____

SELLO DE APROBACIÓN:

FECHA: _____

CONTENIDO:

PLANTA DE TECHO



ESCALA:

1:30

ABRIL 2026

NO. PÁGINA:

013

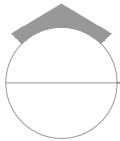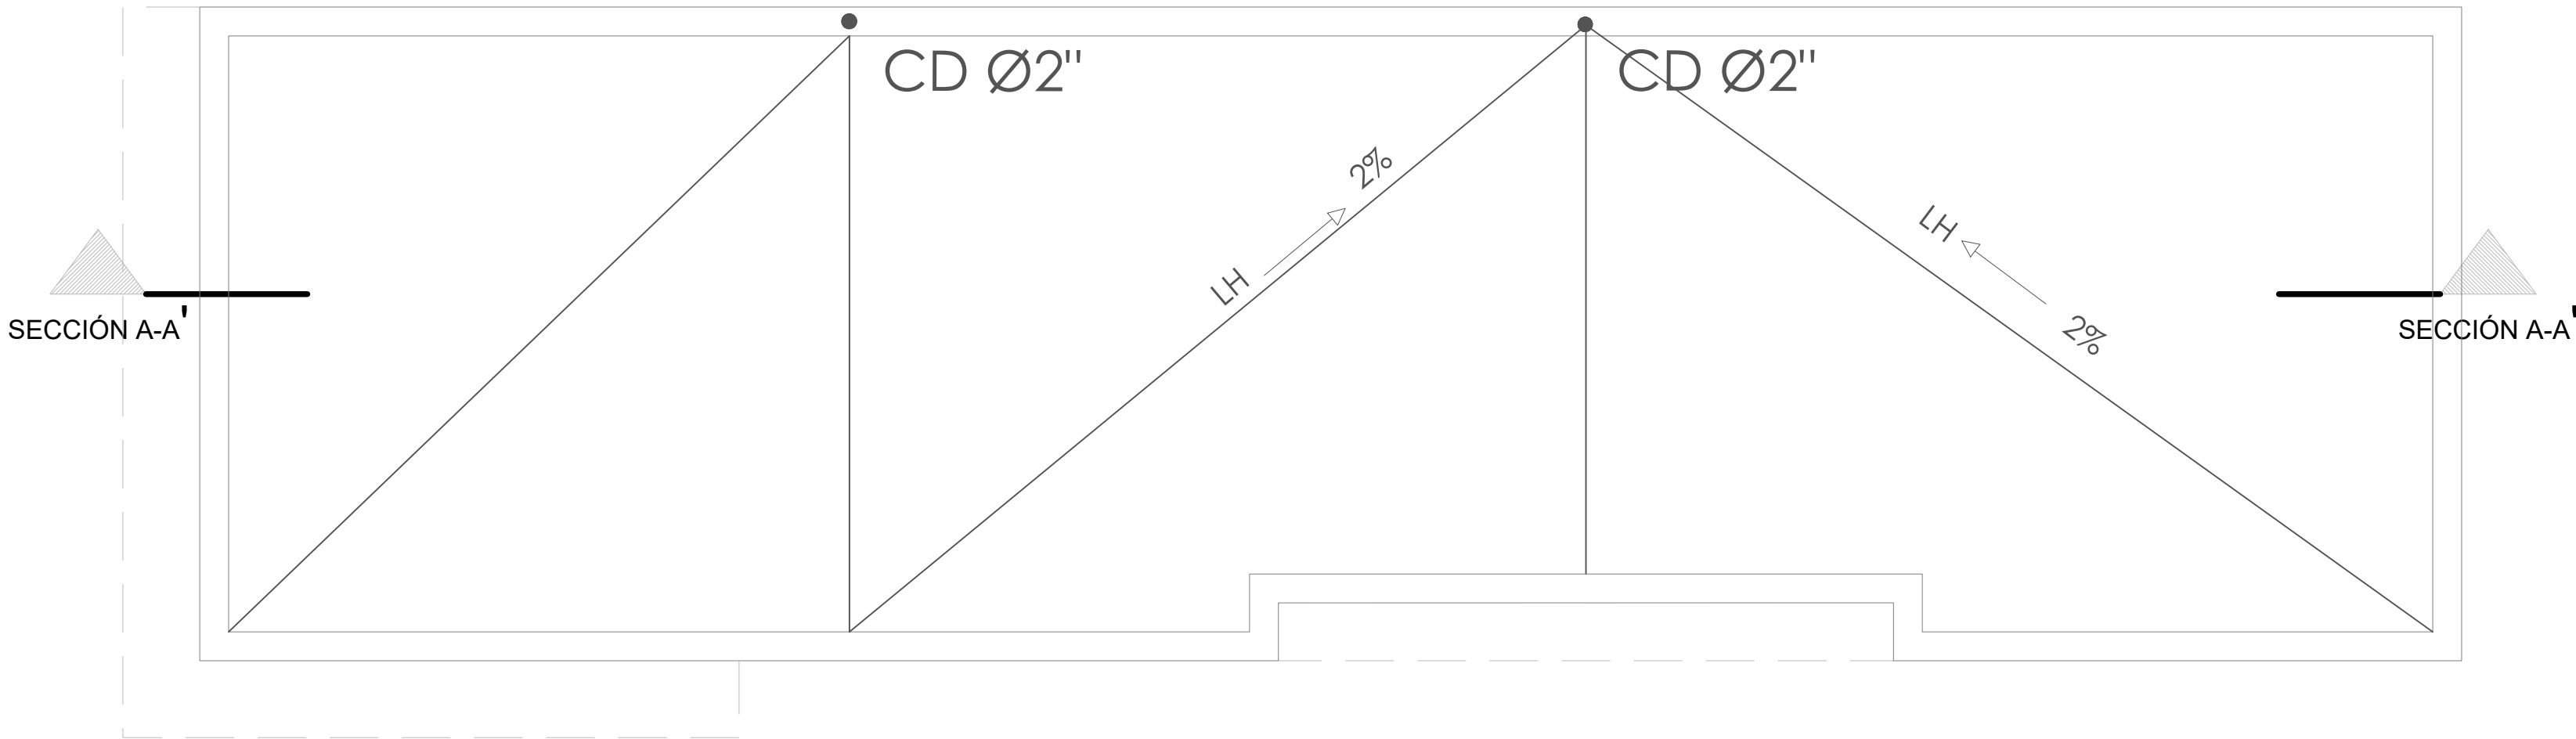

PLANTA DE TECHO

ESC. 1:30



DIRECCIÓN DE
DESARROLLO PROVINCIAL
DDP

Ave. Dr. Delgado, Esq. Moises García,
Gazcue, Sto. Dgo., R.D.
TEL.: (809)-364-2189 | FAX.: (809)- 688-1665
E-Mail: info@cpadp.gob.do

PROYECTO:

CONSTRUCCIÓN CANCHA DE
BALONCESTO 16 DE AGOSTO, SECTOR
LA JOYA, MNICIPIO SANTIAGO,
PROVINCIA SANTIAGO

REPUBLICA DOMINICANA

EQUIPO DE TRABAJO:

DISEÑO ARQUITECTÓNICO
ARQ.

codia 00000 _____

ENC. INGENIERÍA

ING.FIORDALIZA BONIFACIO
codia 00000

codia 00000 _____

ESTRUCTURAL

ING.

codia 00000

ELÉCTRICO

ING. JUAN PEREZ

codig 00000 _____

HIDRO-SANITARIO

ING. FRANCIS ESTEVEZ
codia 00000

codig 00000 _____

SELO DE APROBACIÓN:

FECHA:

CONTENIDO:


**PLANTA DE TECHO DIMENSIONADA
-OFICINA , BAÑO, ALMACEN Y
CAFETERIA-**

ESCALA: 1:30

ABRIL 2026

NO. PÁGINA:

014

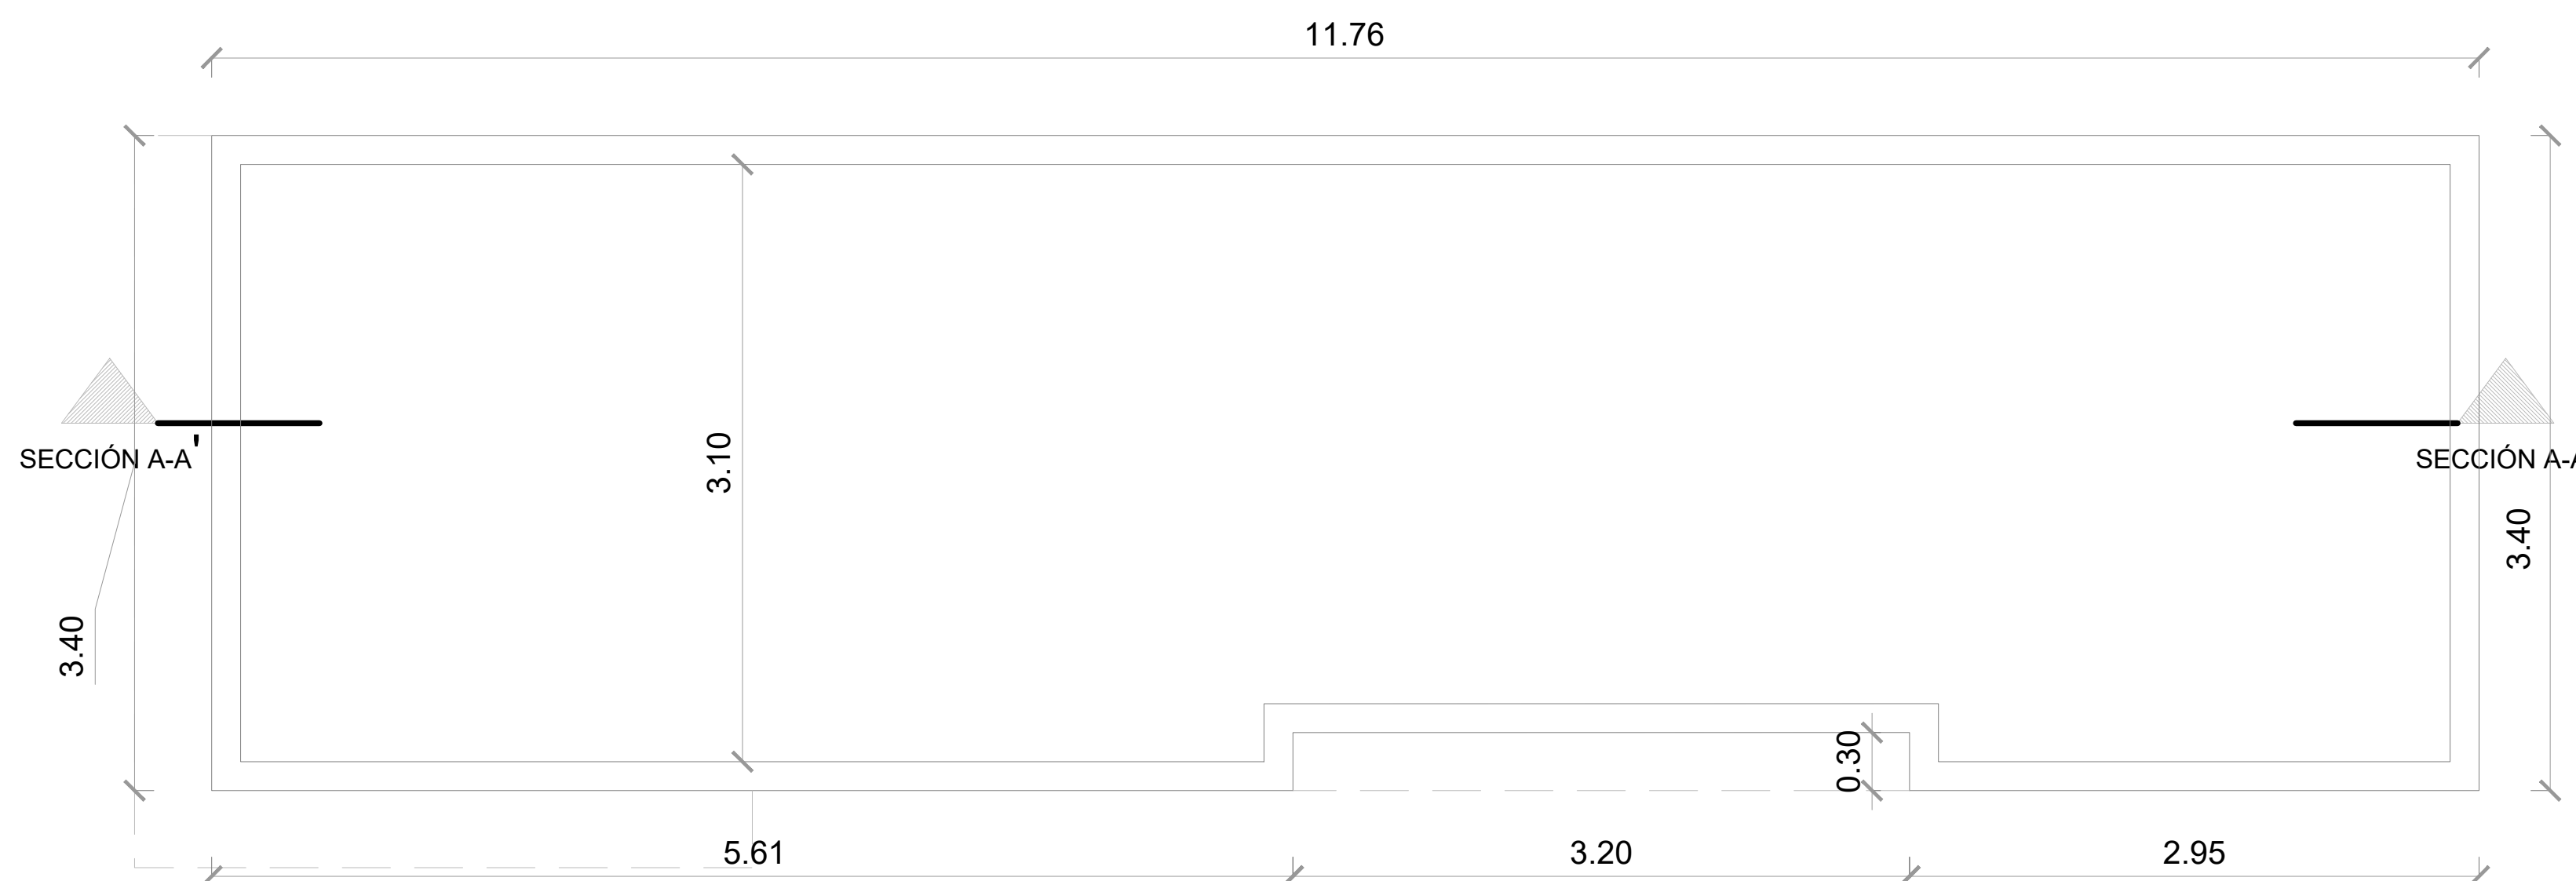


ESC. 1:30



PLANTA ARQUITECTÓNICA AMUEBLADA - OFICINA Y BAÑO

ESC. 1:30

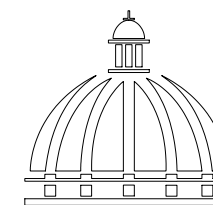

GOBIERNO DE LA
REPÚBLICA DOMINICANA

DIRECCIÓN DE
DESARROLLO PROVINCIAL
DDP

Ave. Dr. Delgado, Esq. Moises García,
Gazcue, Sto. Dgo., R.D.
TEL.: (809)-364-2189 | FAX.: (809)- 688-1665
E-Mail: info@cpadp.gob.do

PROYECTO:
CONSTRUCCIÓN CANCHA DE
BALONCESTO 16 DE AGOSTO, SECTOR
LA JOYA, MNICIPIO SANTIAGO,
PROVINCIA SANTIAGO
REPUBLICA DOMINICANA

EQUIPO DE TRABAJO:

DISEÑO ARQUITECTÓNICO
ARQ. _____
codia 00000

ENC. INGENIERÍA
ING.FIORDALIZA BONIFACIO
codia 00000

ESTRUCTURAL
ING. _____
codia 00000

ELÉCTRICO
ING. JUAN PEREZ
codia 00000

HIDRO-SANITARIO
ING. FRANCIS ESTEVEZ
codia 00000

SELLO DE APROBACIÓN:

FECHA: _____

CONTENIDO:
PLANTA ARQUITECTÓNICA
AMUEBLADA
- OFICINA , BAÑO, ALMACEN Y
CAFETERIA-

ESCALA: 1:30

ABRIL 2026

NO. PÁGINA:

015

PROYECTO:
**CONSTRUCCIÓN CANCHA DE
BALONCESTO 16 DE AGOSTO, SECTOR
LA JOYA, MNICIPIO SANTIAGO,
PROVINCIA SANTIAGO**
REPUBLICA DOMINICANA

EQUIPO DE TRABAJO:

DISEÑO ARQUITECTÓNICO
ARQ. _____
codia 00000

ENC. INGENIERÍA
ING.FIORDALIZA BONIFACIO
codia 00000

ESTRUCTURAL
ING. _____
codia 00000

ELÉCTRICO
ING. JUAN PEREZ
codia 00000

HIDRO-SANITARIO
ING. FRANCIS ESTEVEZ
codia 00000

SELLO DE APROBACIÓN:

FECHA: _____


CONTENIDO:
**PLANTA ARQUITECTÓNICA
DIMENSIONADA
- OFICINA , BAÑO, ALMACEN Y
CAFETERIA-**

ESCALA: **1:30**

ABRIL 2026

NO. PÁGINA:

016

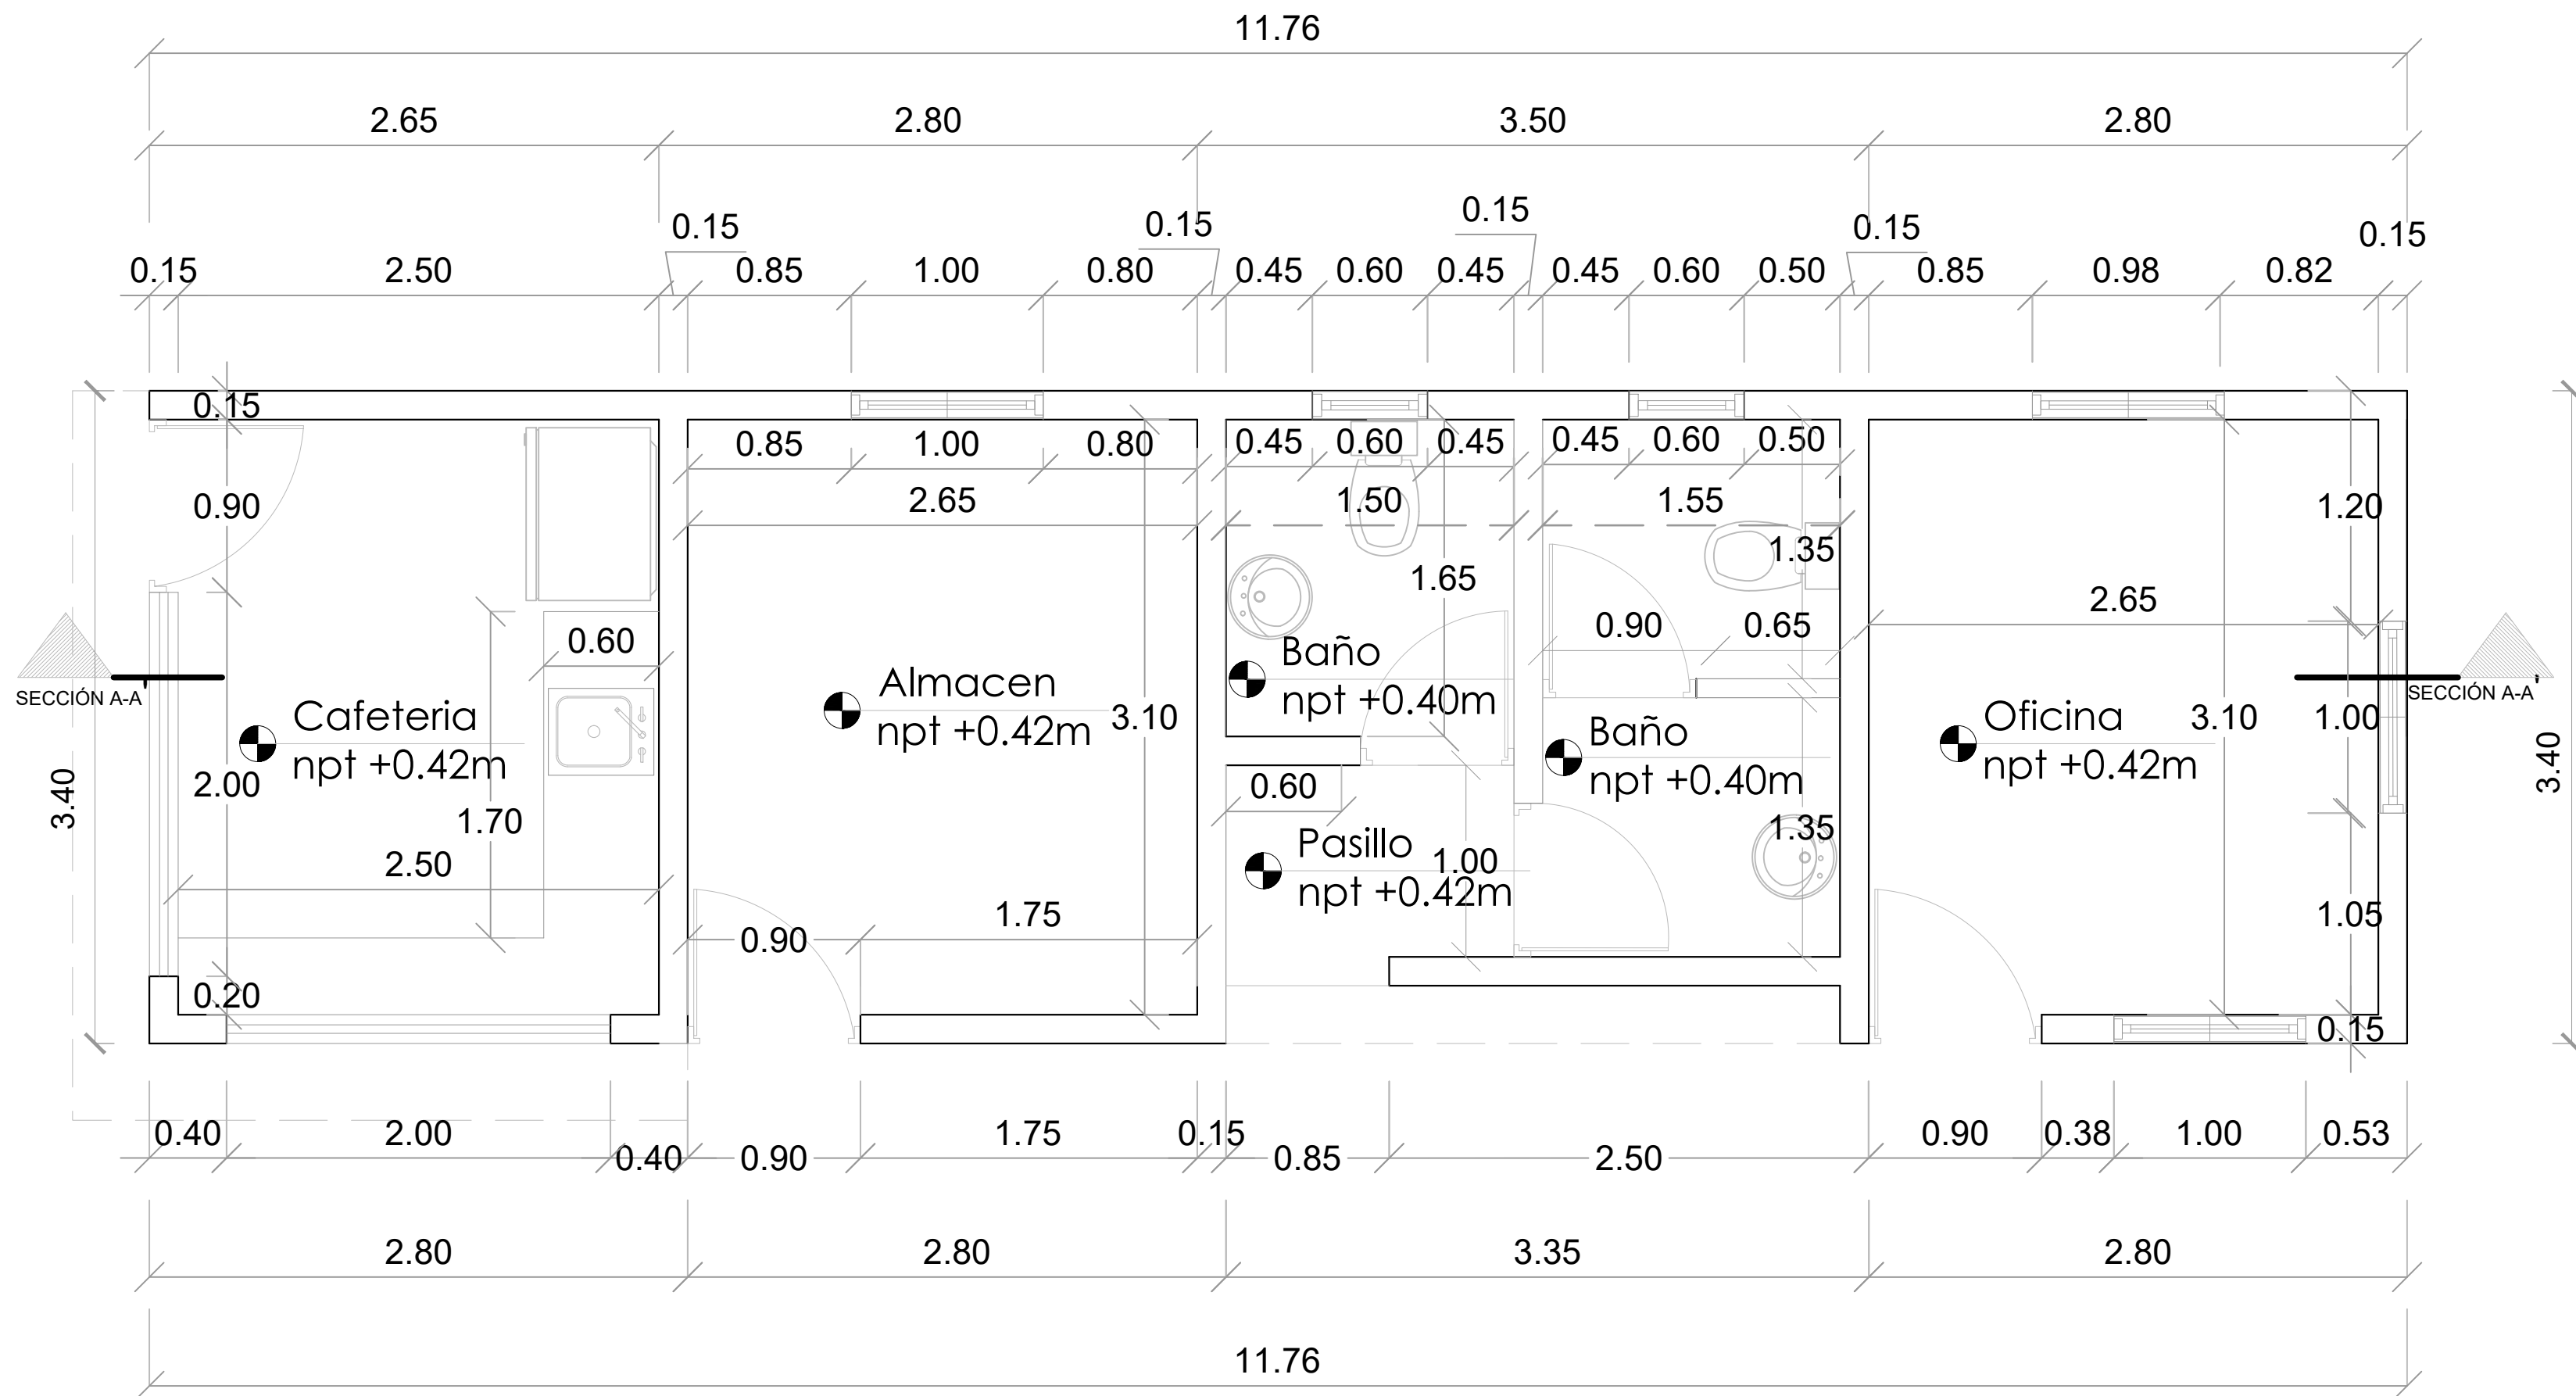

 **PLANTA ARQUITECTÓNICA DIMENSIONADA - OFICINA Y BAÑO**
ESC. 1:30

PROYECTO:
**CONSTRUCCIÓN CANCHA DE
BALONCESTO 16 DE AGOSTO, SECTOR
LA JOYA, MNICIPIO SANTIAGO,
PROVINCIA SANTIAGO**

REPUBLICA DOMINICANA

EQUIPO DE TRABAJO:

DISEÑO ARQUITECTÓNICO
ARQ. _____
codia 00000 _____

ENC. INGENIERÍA
ING.FIORDALIZA BONIFACIO
codia 00000 _____

ESTRUCTURAL
ING. _____
codia 00000 _____

ELÉCTRICO
ING. JUAN PEREZ
codia 00000 _____

HIDRO-SANITARIO
ING. FRANCIS ESTEVEZ
codia 00000 _____

SELLO DE APROBACIÓN:




FECHA: _____


CONTENIDO:
PLANTA DE PISOS

ESCALA: **1:30**

ABRIL 2026

  NO. PÁGINA:
017

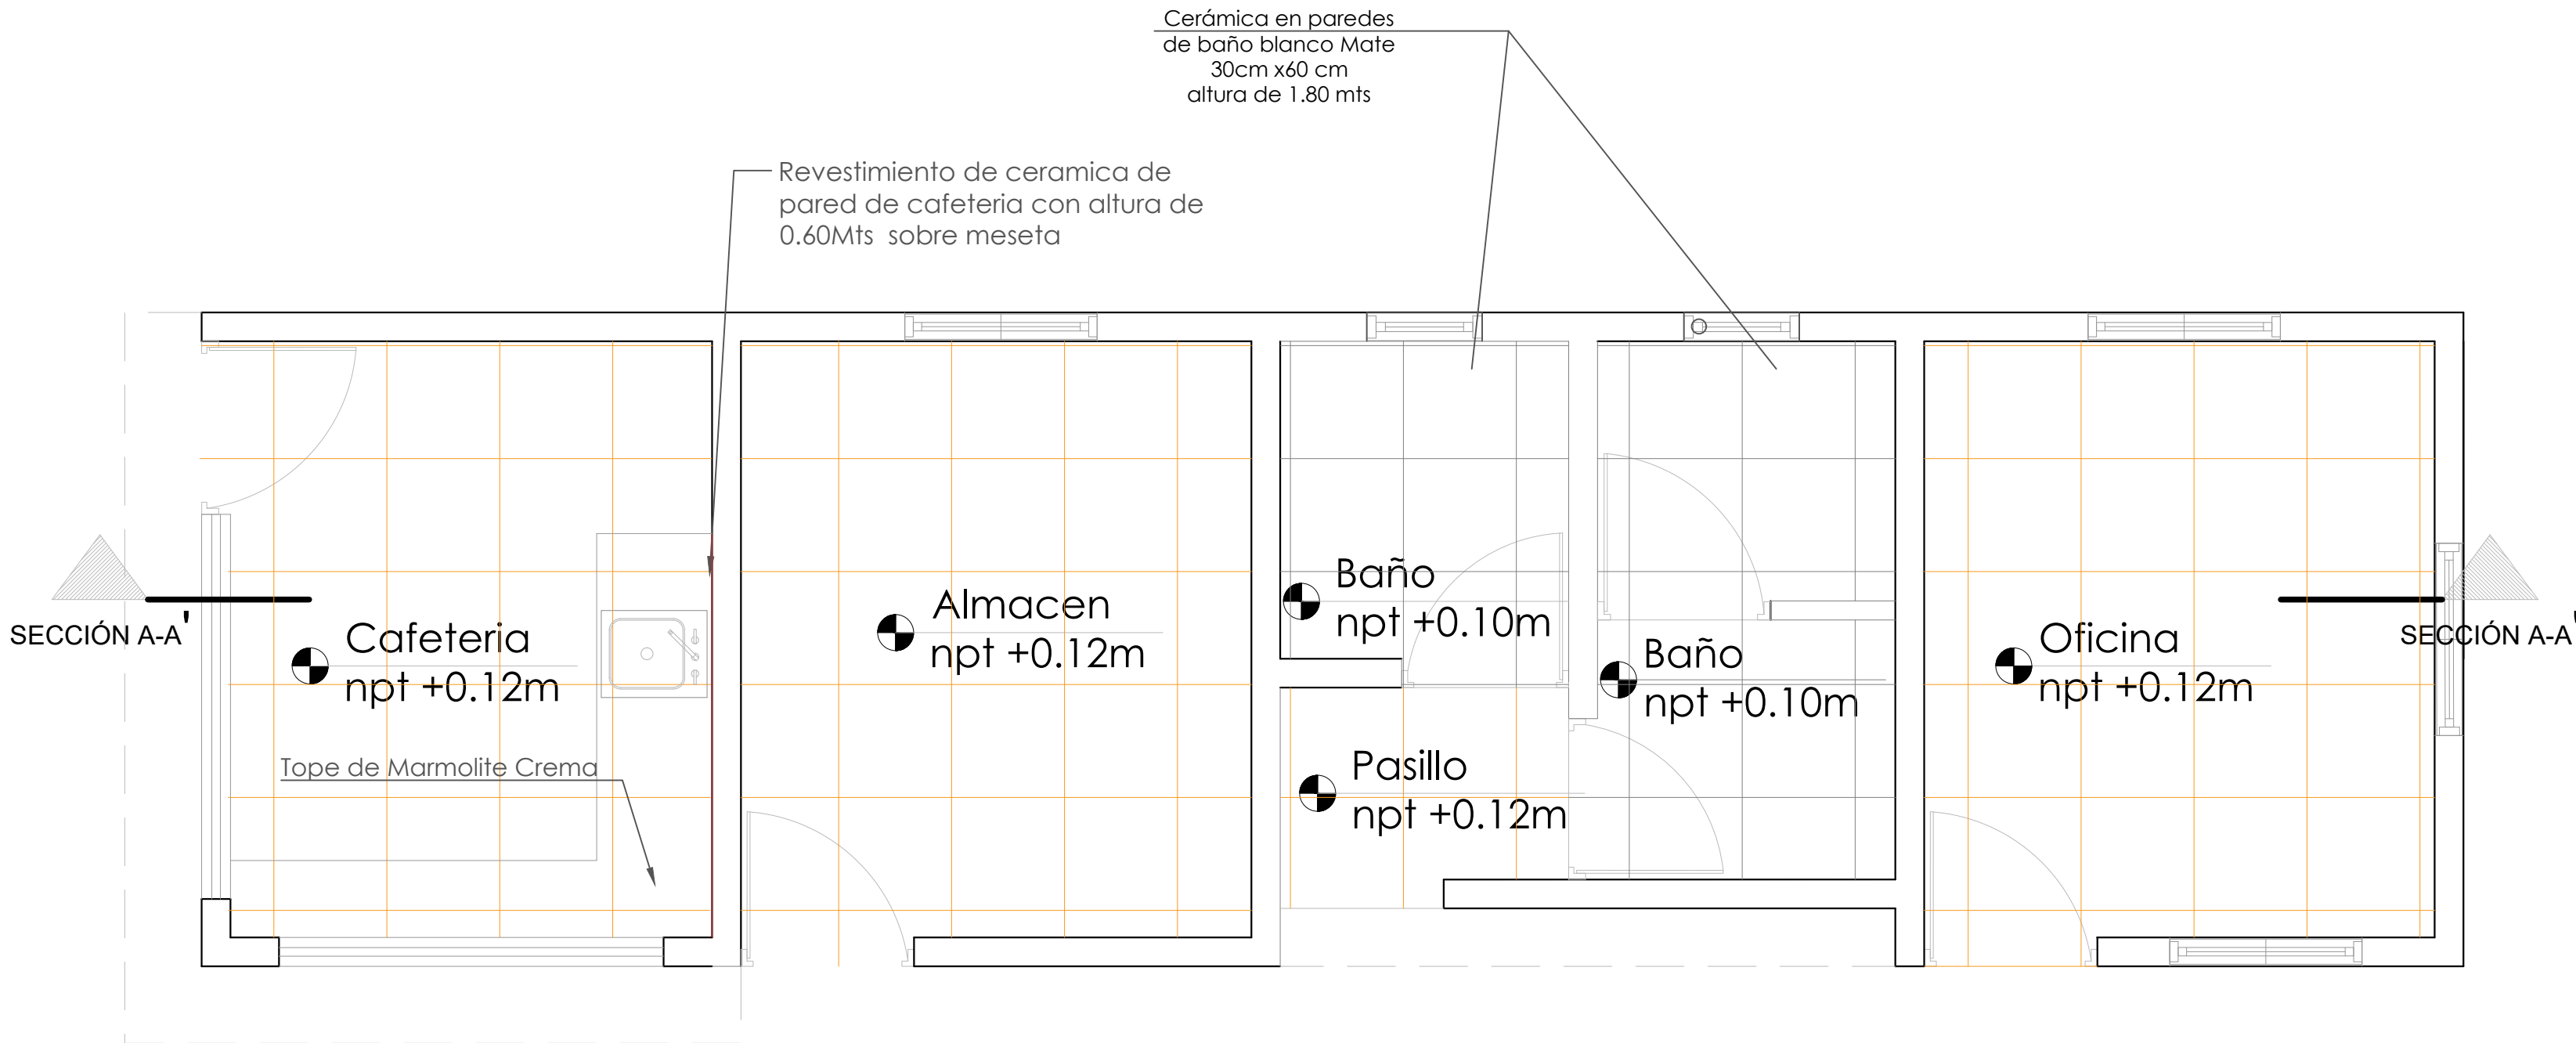


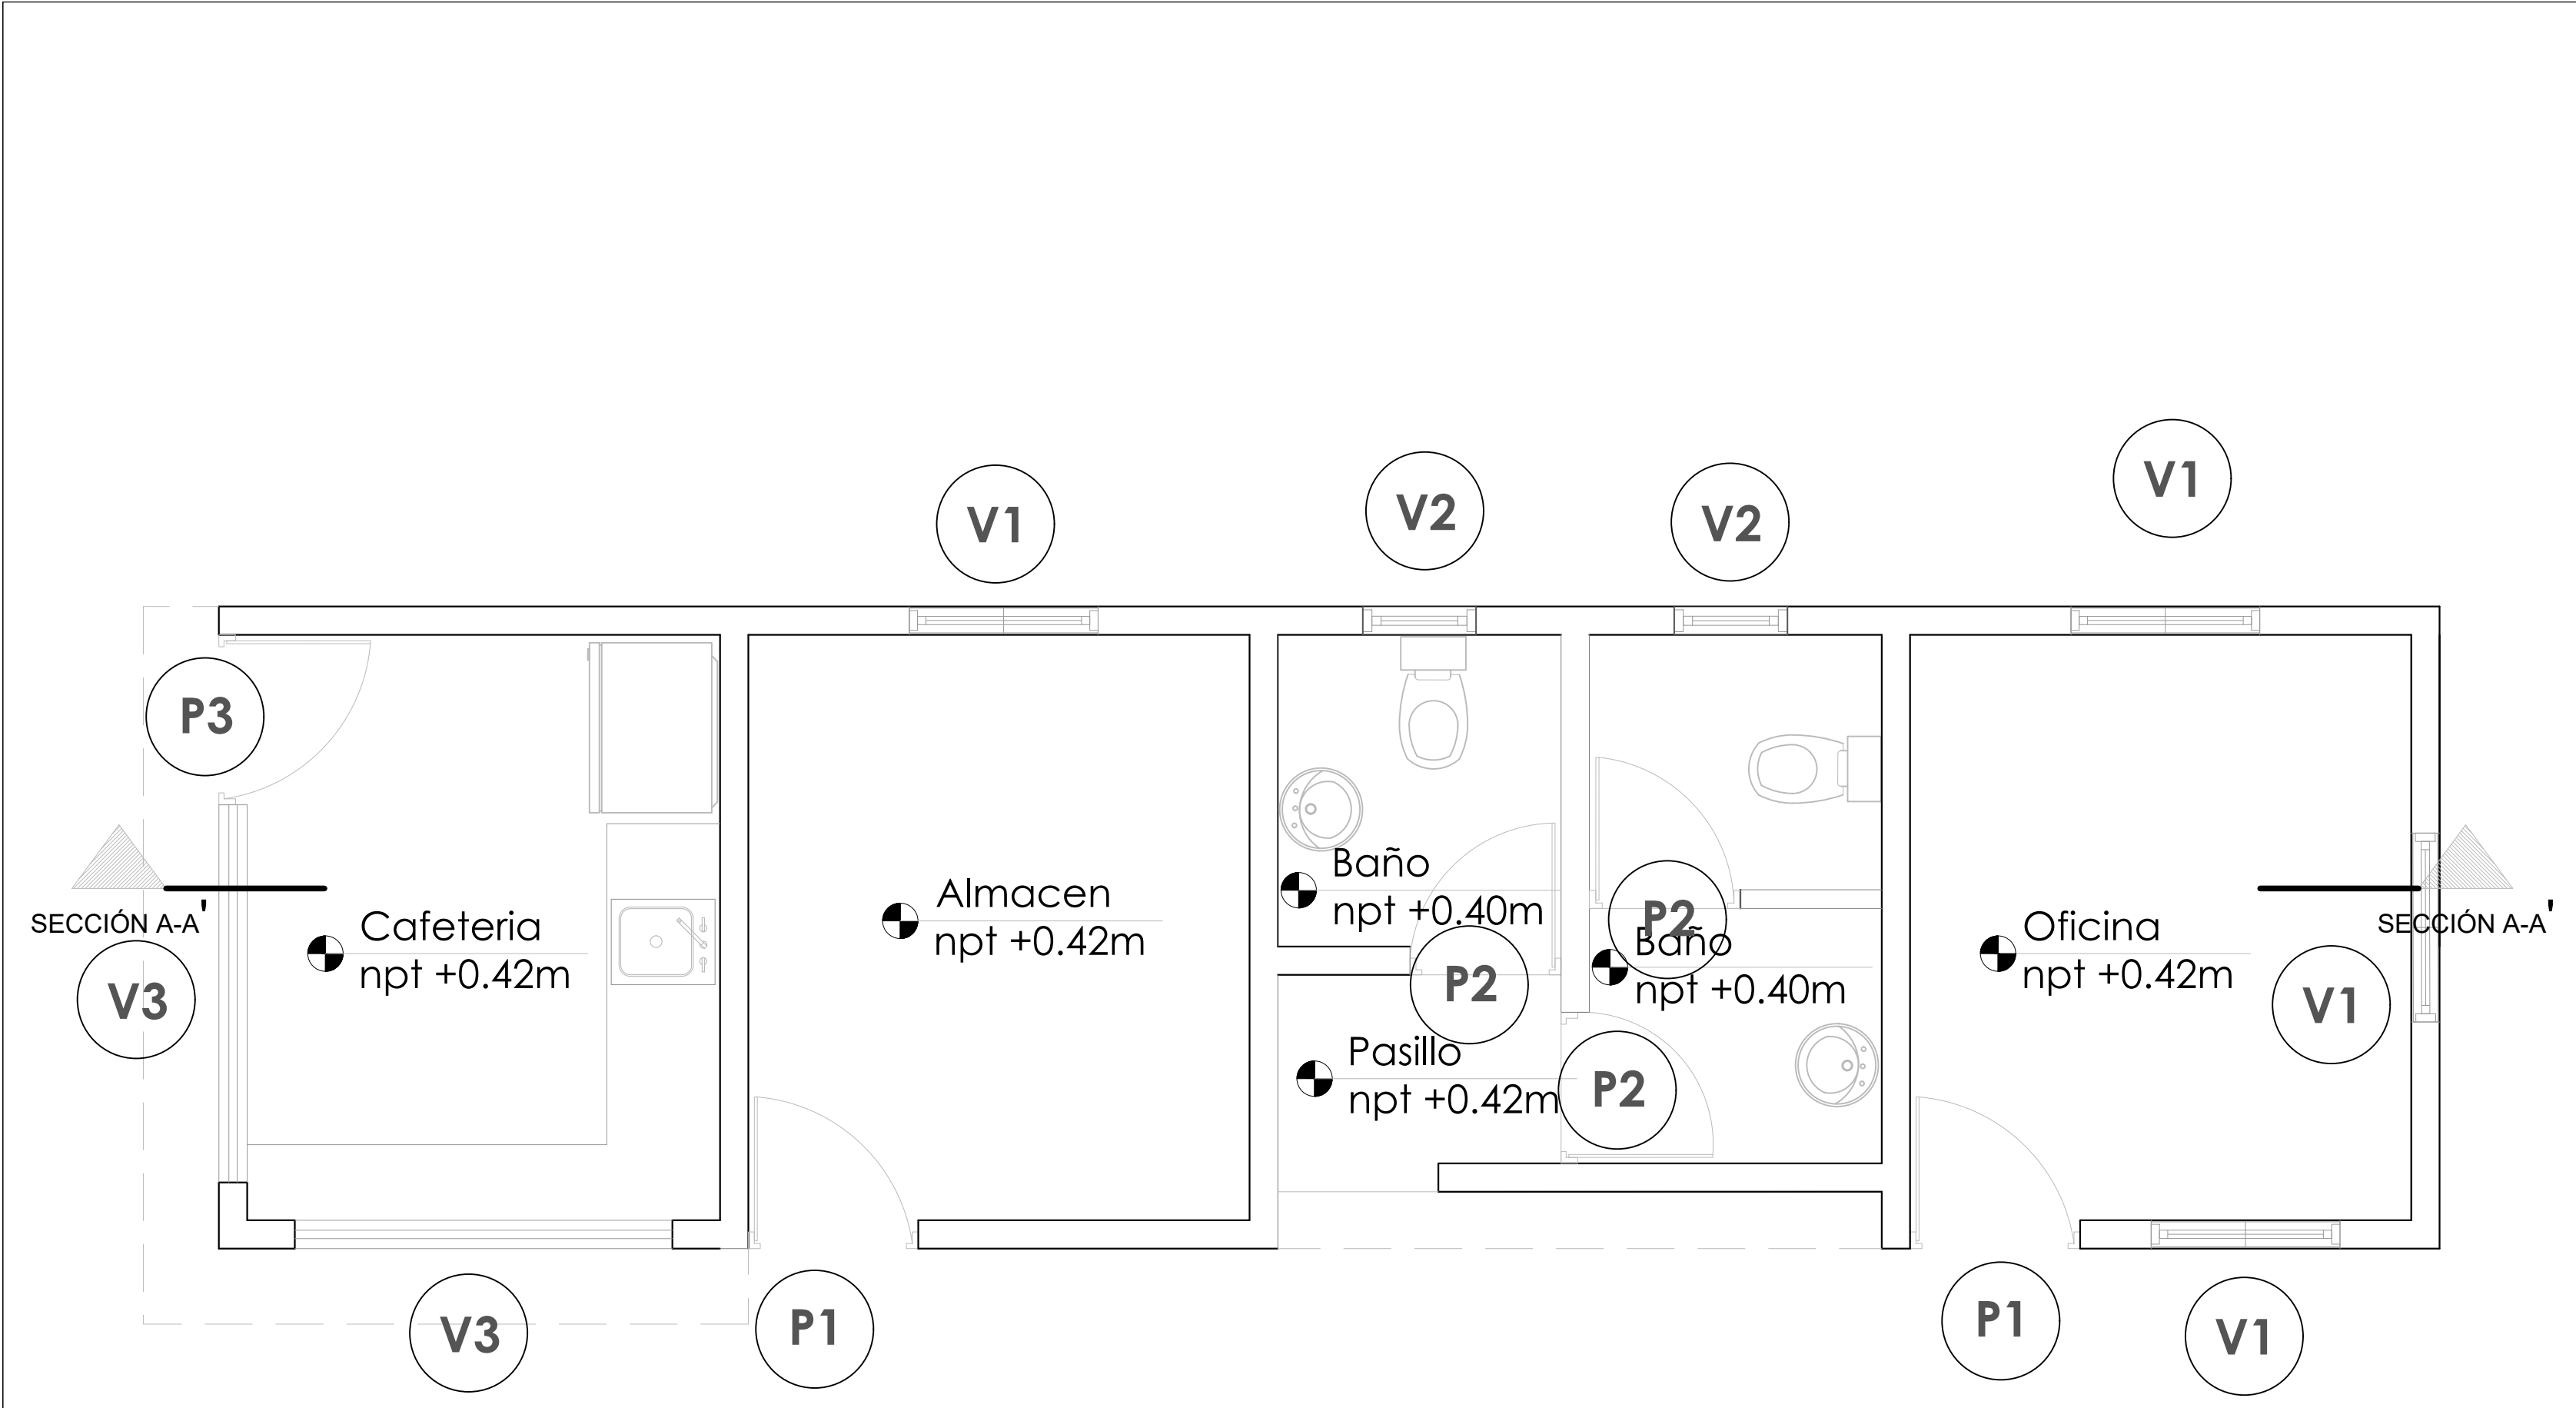

PLANTA DE PUERTAS Y VENTANAS
ESC. 1:30

TABLA DE PUERTAS						
No.	Tipo	Ancho	Altura	Material	Observaciones	Cantidad
P1	Abatible	0.90	2.10	Polimetálica	Blanca	2
P2	Abatible	0.80	2.10	Polimetálica	Blanca	3
P3	Abatible	0.90	2.10	Metálica	Blanca	1
Total:						6

TABLA DE VENTANAS						
No.	Tipo	Medidas	Altura	Material	Observaciones	Cant.
V1	Celosía	1.10x1.00	1.00	Aluminio	Celosías en Aluminio Blanca	4
V2	Celosía	0.60x0.60	1.50	Aluminio	Celosías en Aluminio Blanca	2
V3	Tola	2.00x1.10	1.00	Aluminio	Metálica de tola	1
Total:						7

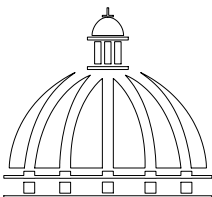

**GOBIERNO DE LA
REPÚBLICA DOMINICANA**

**DIRECCIÓN DE
DESARROLLO PROVINCIAL
DDP**

Ave. Dr. Delgado, Esq. Moises García,
Gazcue, Sto. Dgo., R.D.
TEL.: (809)-364-2189 | FAX.: (809)- 688-1665
E-Mail: info@cpadp.gob.do

PROYECTO:
**CONSTRUCCIÓN CANCHA DE
BALONCESTO 16 DE AGOSTO, SECTOR
LA JOYA, MNICIPIO SANTIAGO,
PROVINCIA SANTIAGO**

REPUBLICA DOMINICANA

- EQUIPO DE TRABAJO:
- DISEÑO ARQUITECTÓNICO**
ARQ. _____
codia 00000 _____
- ENC. INGENIERÍA**
ING.FIORDALIZA BONIFACIO
codia 00000 _____
- ESTRUCTURAL**
ING. _____
codia 00000 _____
- ELÉCTRICO**
ING. JUAN PEREZ
codia 00000 _____
- HIDRO-SANITARIO**
ING. FRANCIS ESTEVEZ
codia 00000 _____

SELLO DE APROBACIÓN:

FECHA: _____


CONTENIDO:
PLANTA DE PUERTAS Y VENTANAS

ESCALA: **1:30**

ABRIL 2026

NO. PÁGINA:

018

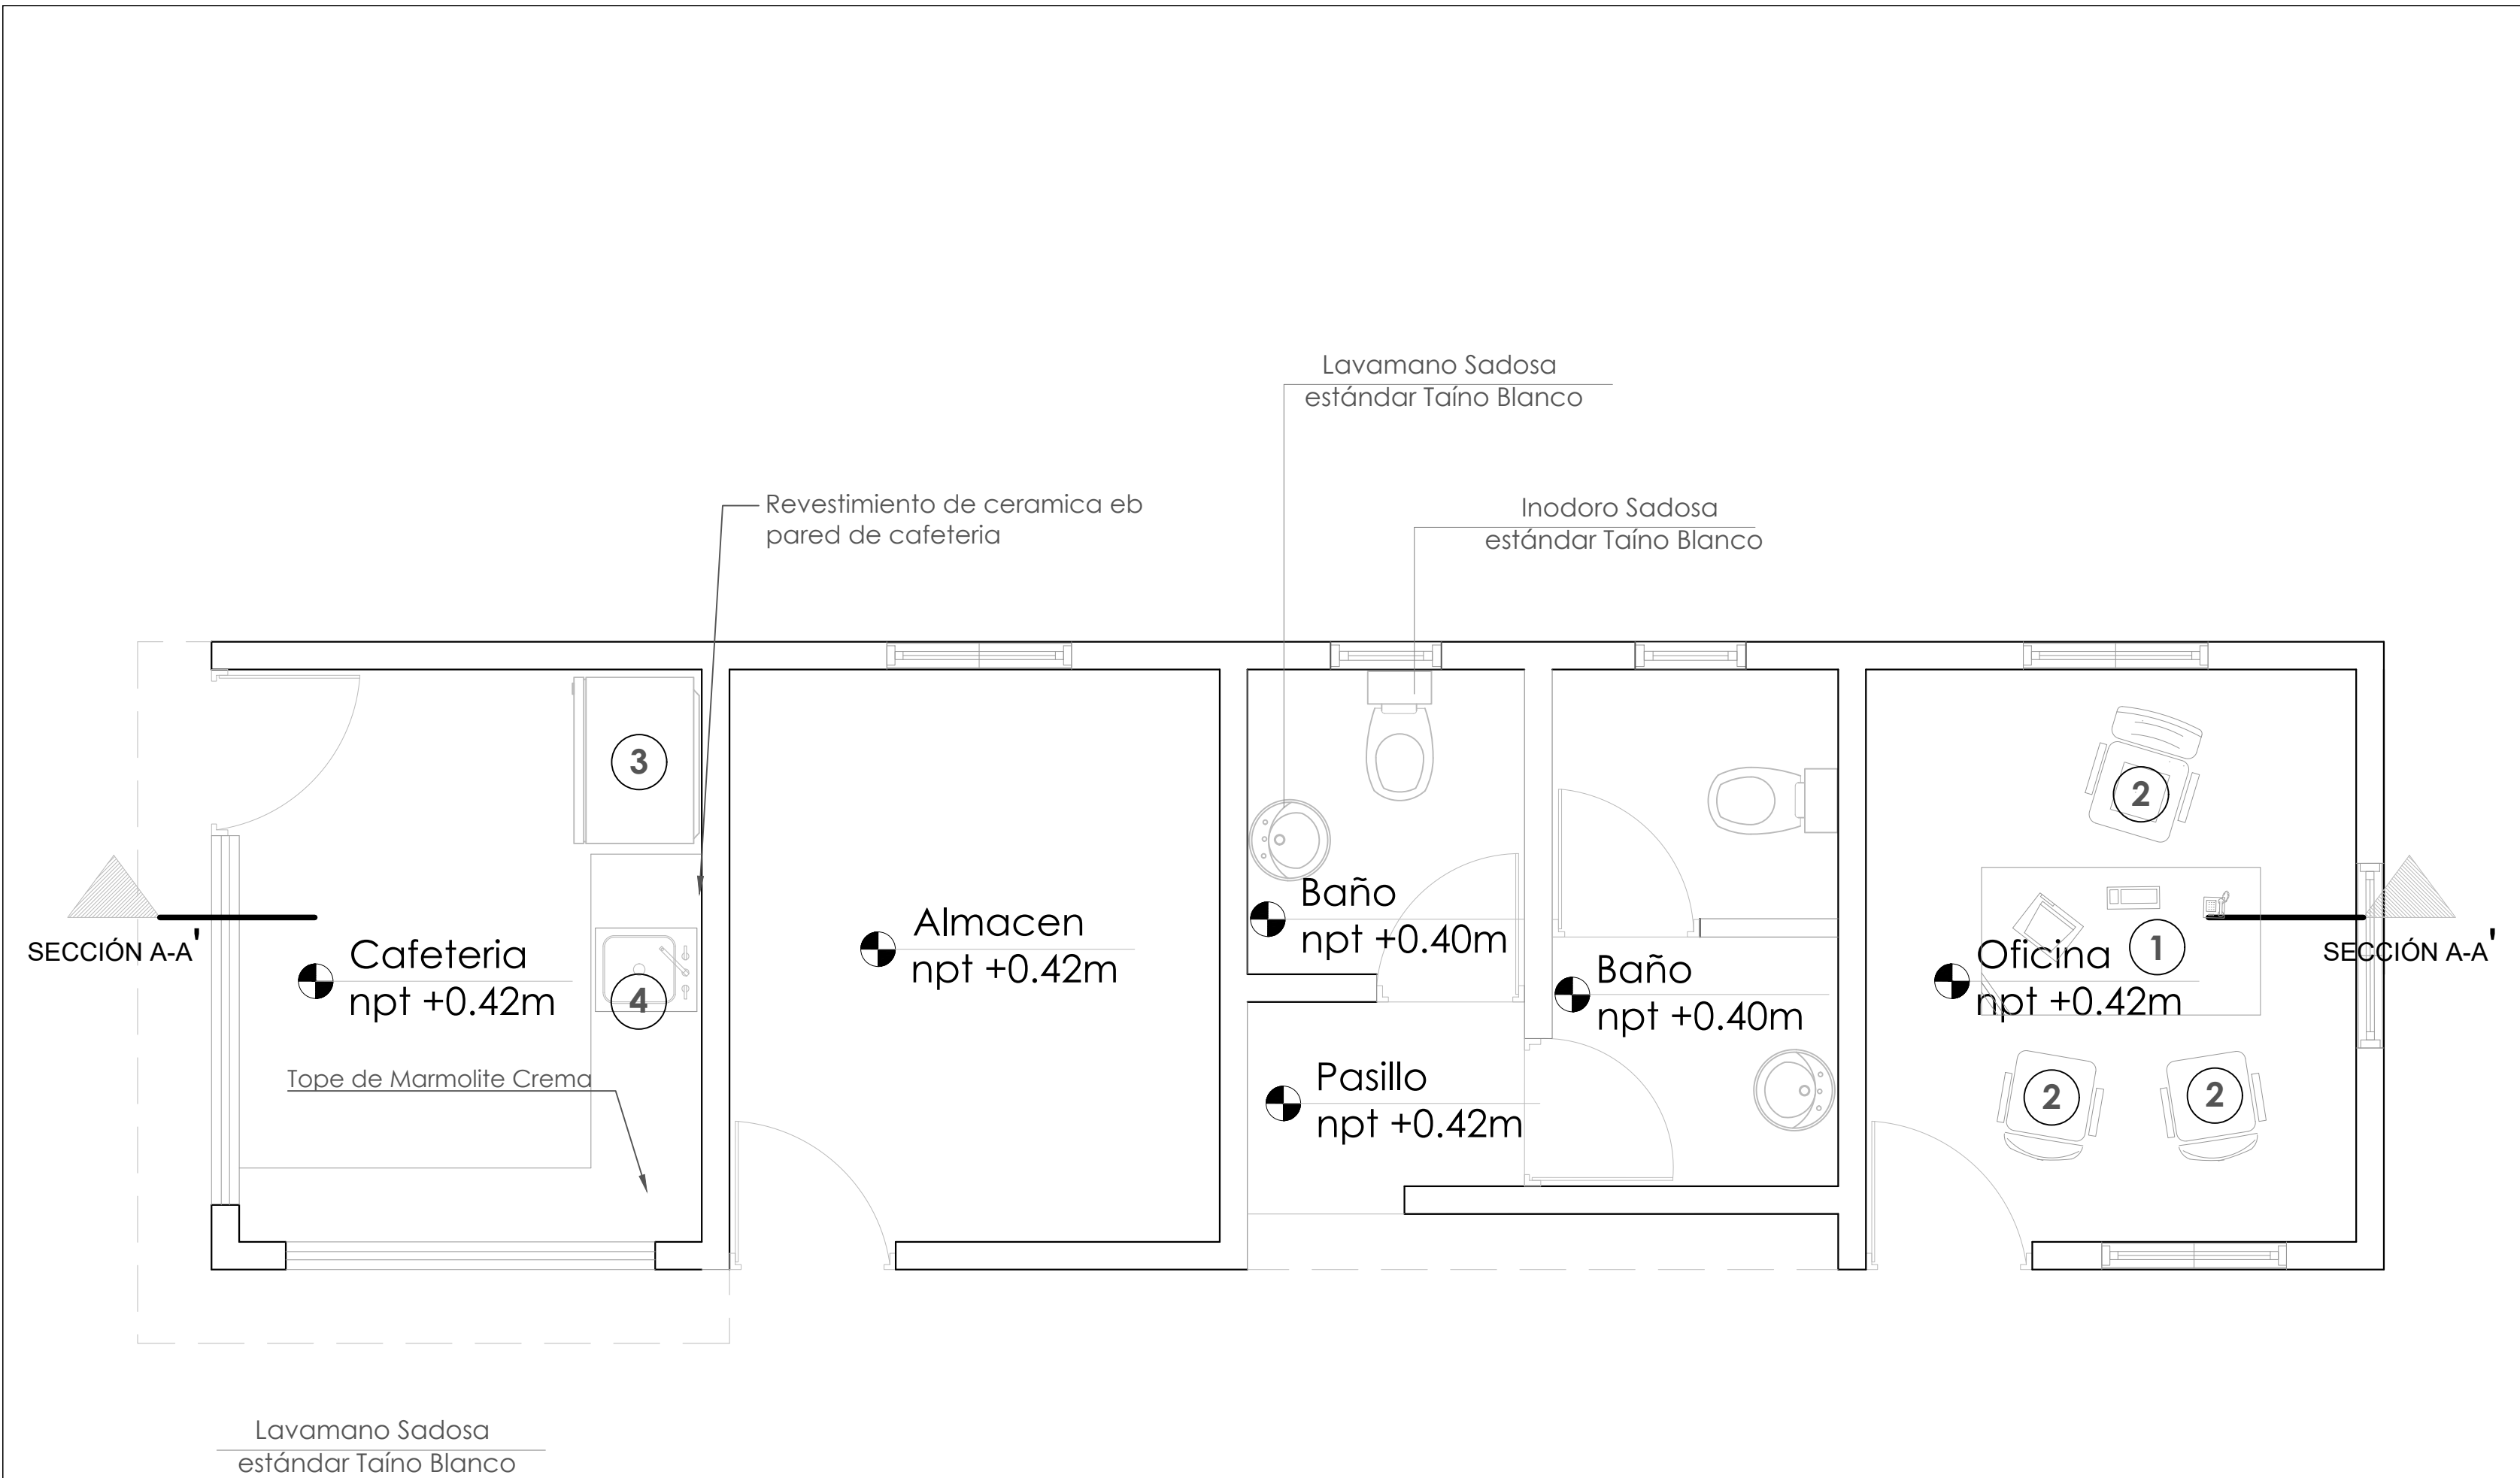

	DESCRIPCION	DIMENSIONES	
		LARGO	ANCHO
1	ESCRITORIO COLOR HAYA	1.50 MTS	0.60 MTS
2	SILLA OPERATIVA NEGRA EN TELA		
3	REFRIGERADOR	0.90 MTS	0.60 MTS
4	FREGADERO DE ACERO INOXIDABLE	0.60 MTS	0.50 MTS

**COLOCAR ACCESORIOS EN BAÑOS

**COLOCAR ACCESORIOS EN BAÑOS

GOBIERNO DE LA REPÚBLICA DOMINICANA

DIRECCIÓN DE DESARROLLO PROVINCIAL DDP

Ave. Dr. Delgado, Esq. Moises García, Gazcue, Sto. Dgo., R.D.
 TEL.: (809)-364-2189 | FAX.: (809)- 688-1665
 E-Mail: info@cpadp.gob.do

PROYECTO:

CONSTRUCCIÓN CANCHA DE BALONCESTO 16 DE AGOSTO, SECTOR LA JOYA, MNICIPIO SANTIAGO, PROVINCIA SANTIAGO

REPUBLICA DOMINICANA

EQUIPO DE TRABAJO:

DISEÑO ARQUITECTÓNICO
 ARQ. _____
 codia 00000

ENC. INGENIERÍA
 ING.FIORDALIZA BONIFACIO
 codia 00000

ESTRUCTURAL
 ING. _____
 codia 00000

ELÉCTRICO
 ING. JUAN PEREZ
 codia 00000

HIDRO-SANITARIO
 ING. FRANCIS ESTEVEZ
 codia 00000

SELLO DE APROBACIÓN:

FECHA: _____



CONTENIDO:

ESCALA: **1:30**

ABRIL 2026


NO. PÁGINA:

019

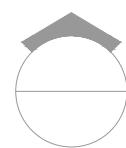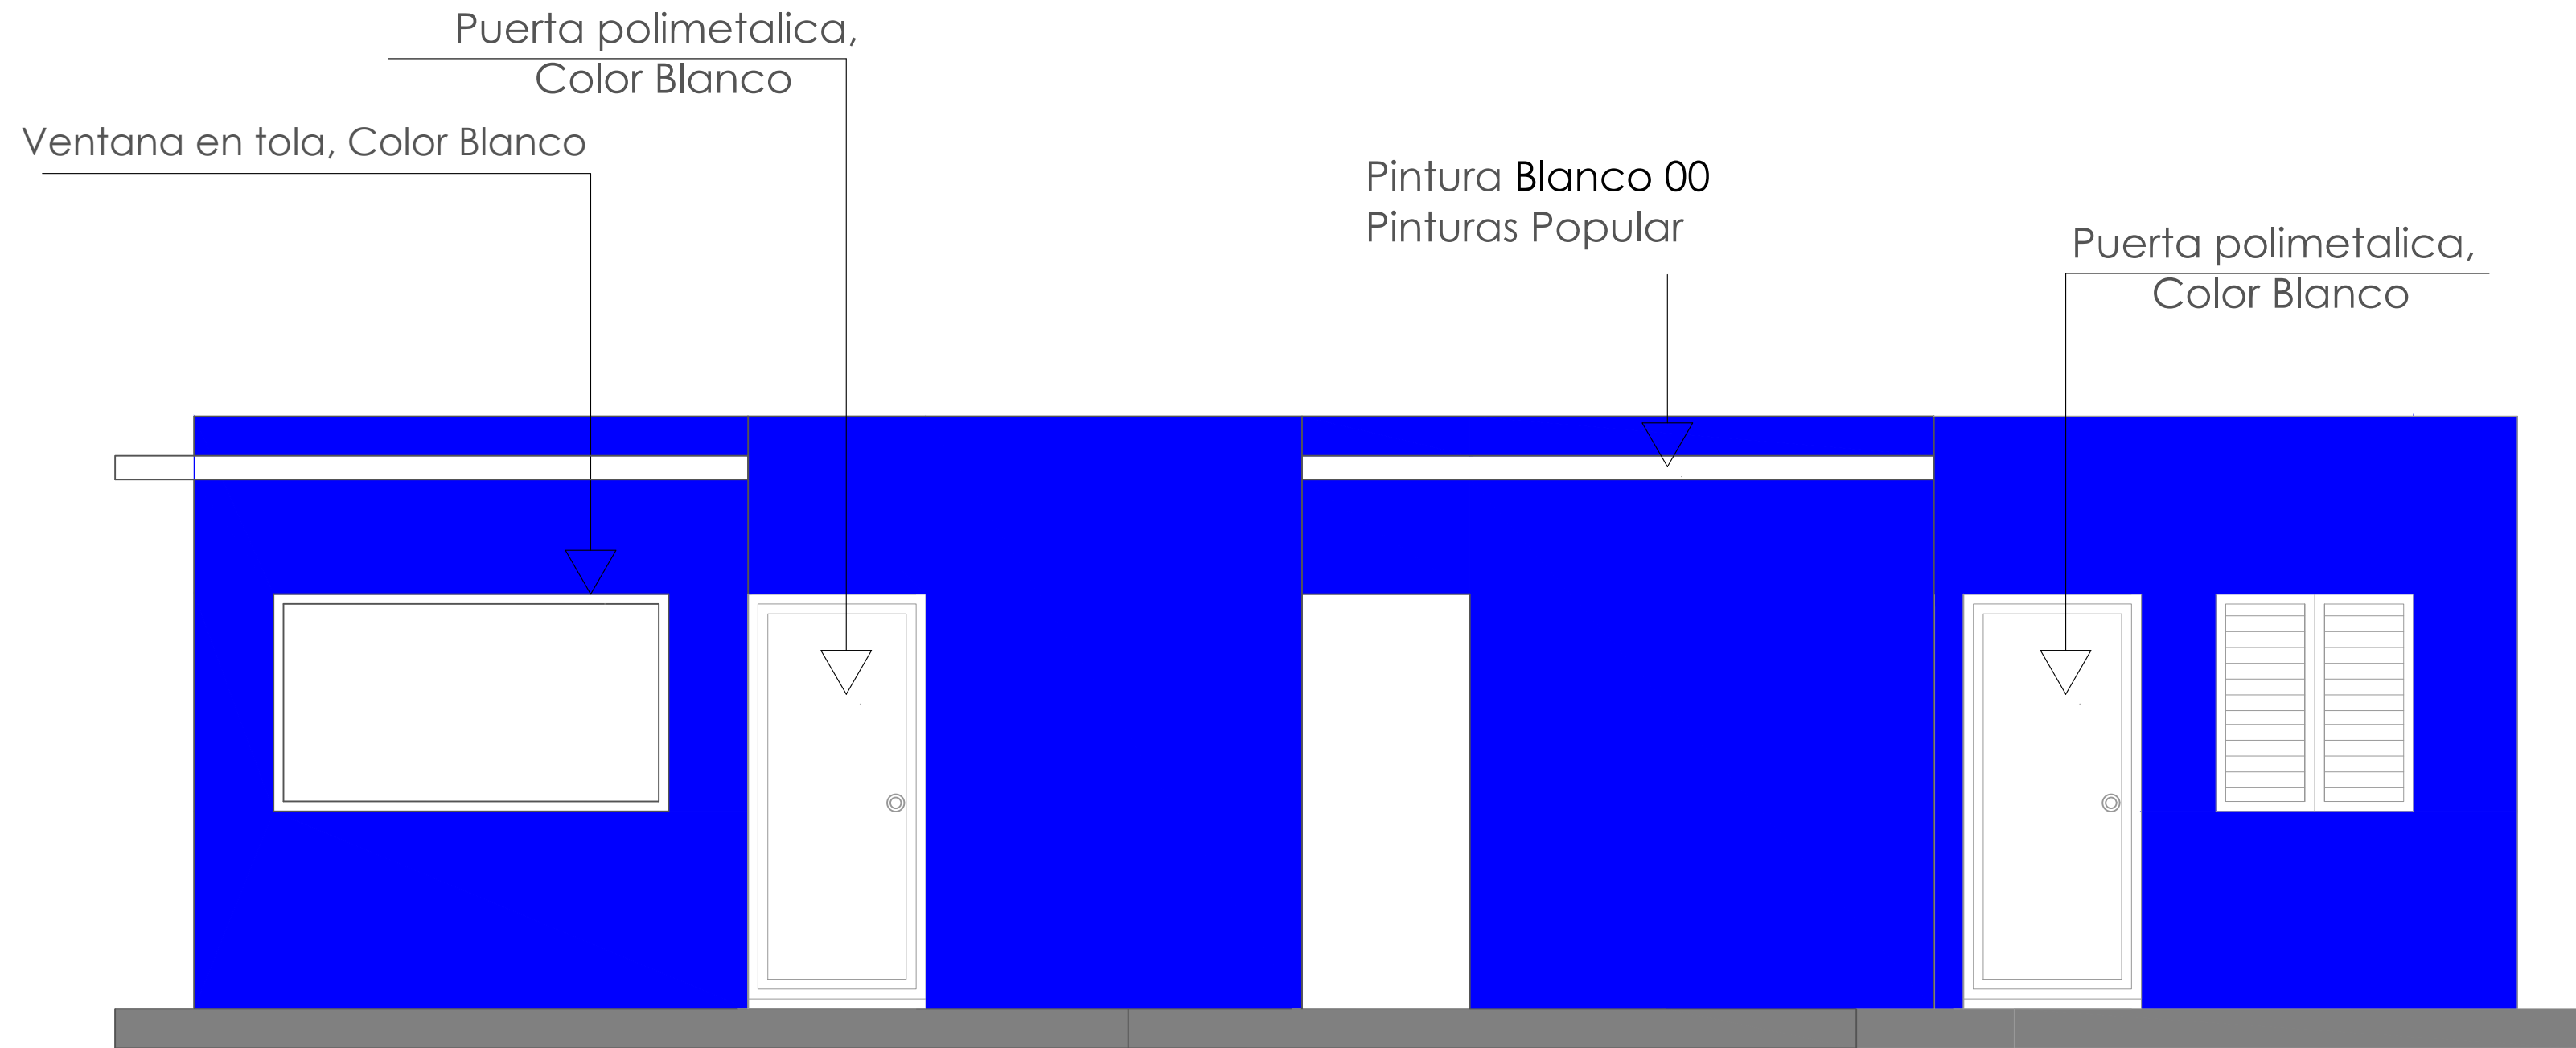


ELEVACIÓN FRONTAL

ESC. 1:30

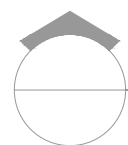

ELEVACIÓN LATERAL IZQUIERDA

ESC. 1:30

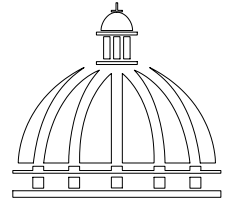

GOBIERNO DE LA
REPÚBLICA DOMINICANA

DIRECCIÓN DE
DESARROLLO PROVINCIAL
DDP

Ave. Dr. Delgado, Esq. Moisés García,
Gazcue, Sto. Dgo., R.D.
TEL.: (809)-364-2189 | FAX.: (809)- 688-1665
E-Mail: info@cpadp.gob.do

PROYECTO:

CONSTRUCCIÓN CANCHA DE
BALONCESTO 16 DE AGOSTO, SECTOR
LA JOYA, MUNICIPIO SANTIAGO,
PROVINCIA SANTIAGO

REPUBLICA DOMINICANA

EQUIPO DE TRABAJO:

DISEÑO ARQUITECTÓNICO
ARQ.

codia 00000

ENC. INGENIERÍA

ING.FIORDALIZA BONIFACIO

codia 00000

ESTRUCTURAL

ING.

codia 00000

ELÉCTRICO

ING. JUAN PEREZ

codia 00000

HIDRO-SANITARIO

ING. FRANCIS ESTEVEZ

codia 00000

SELLO DE APROBACIÓN:

FECHA:

CONTENIDO:



ELEVACIONES CON TÉCNICAS

ESCALA: **1:30**

ABRIL 2026

NO. PÁGINA:


020

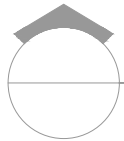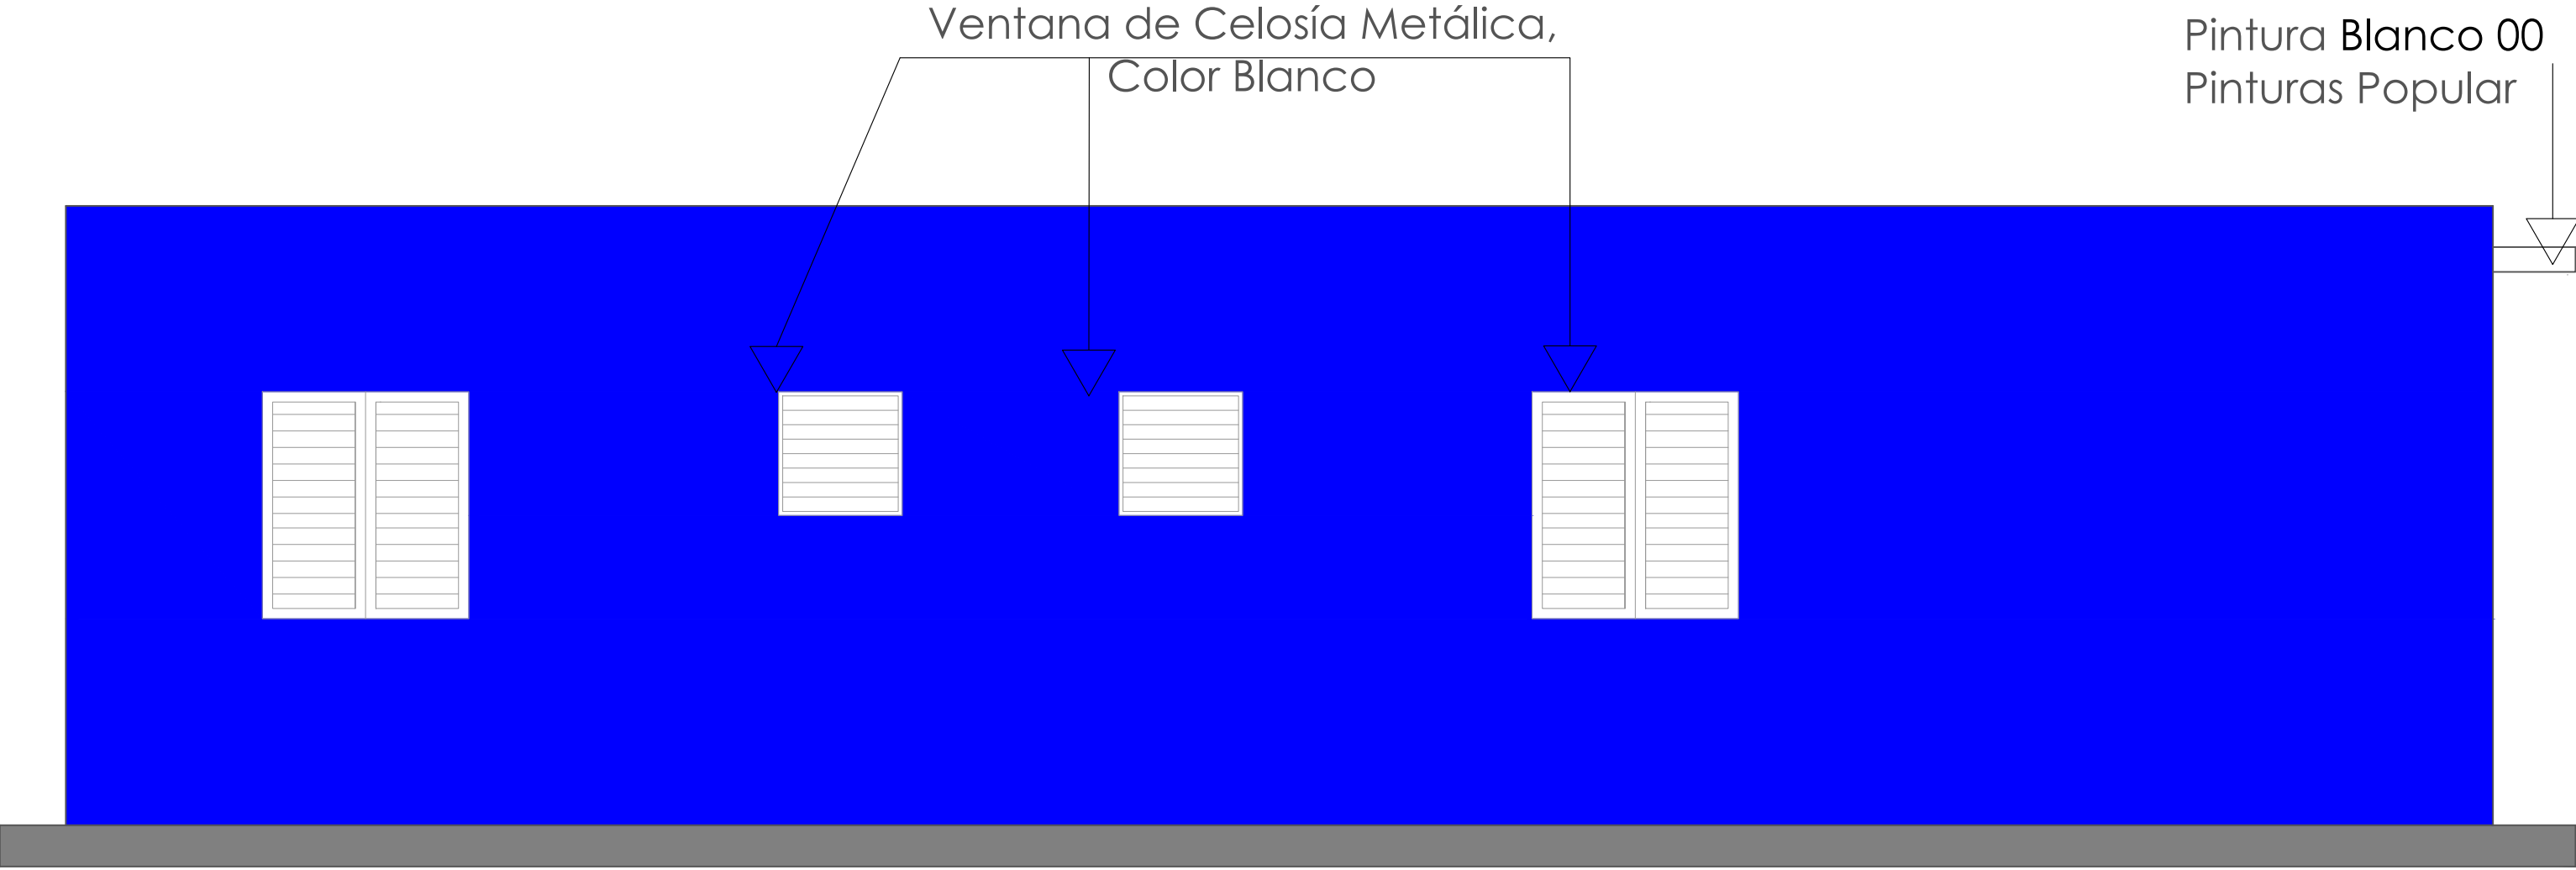


ELEVACIÓN POSTERIOR

ESC. 1:30

Ventana de Celosía Metálica,
Color Blanco

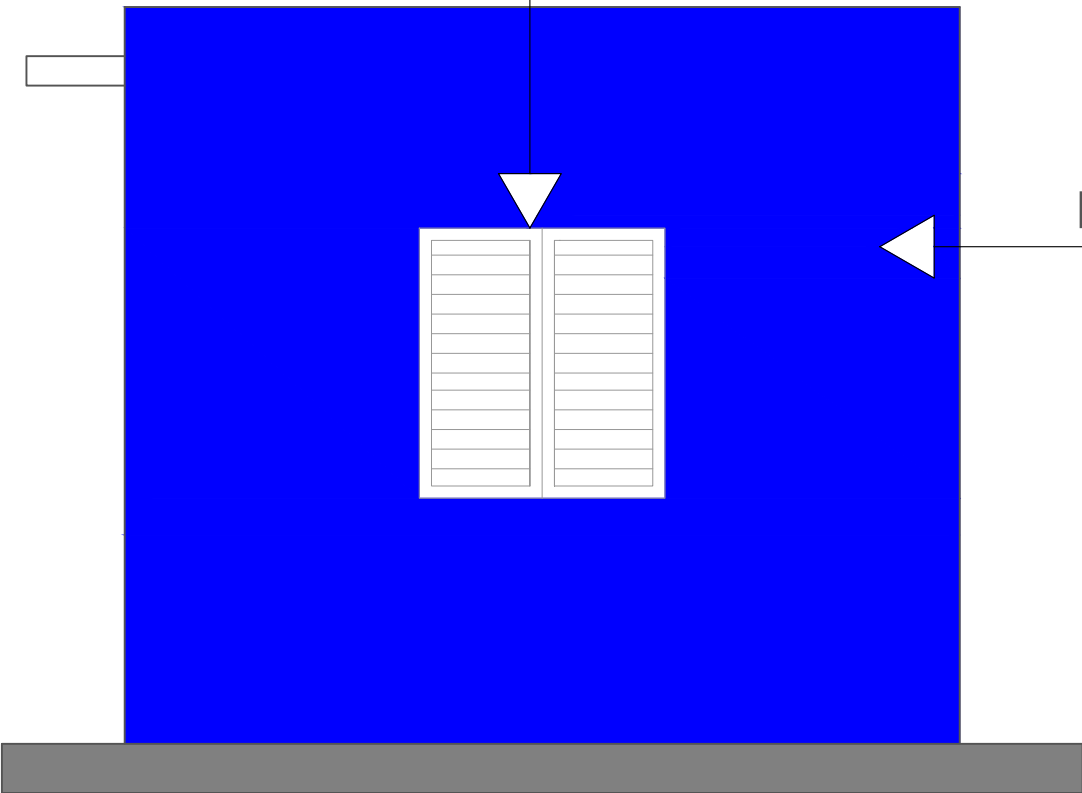


Pintura Azul Positivo 93
Pinturas Popular

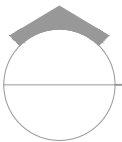


ELEVACIÓN LATERAL DERECHA

ESC. 1:30

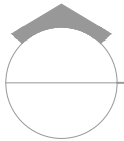

ELEVACIONES CON TÉCNICAS

ESC. 1:30

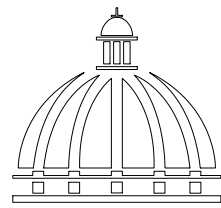

GOBIERNO DE LA
REPÚBLICA DOMINICANA

DIRECCIÓN DE
DESARROLLO PROVINCIAL
DDP

Ave. Dr. Delgado, Esq. Moises García,
Gazcue, Sto. Dgo., R.D.
TEL.: (809)-364-2189 | FAX.: (809)- 688-1665
E-Mail: info@cpadp.gob.do

PROYECTO:
CONSTRUCCIÓN CANCHA DE
BALONCESTO 16 DE AGOSTO, SECTOR
LA JOYA, MNICIPIO SANTIAGO,
PROVINCIA SANTIAGO
REPUBLICA DOMINICANA

EQUIPO DE TRABAJO:

DISEÑO ARQUITECTÓNICO
ARQ. _____
codia 00000

ENC. INGENIERÍA
ING.FIORDALIZA BONIFACIO
codia 00000

ESTRUCTURAL
ING. _____
codia 00000

ELÉCTRICO
ING. JUAN PEREZ
codia 00000

HIDRO-SANITARIO
ING. FRANCIS ESTEVEZ
codia 00000

SELLO DE APROBACIÓN:

FECHA: _____


CONTENIDO:
ELEVACIONES CON TÉCNICAS


ESCALA: 1:30


ABRIL 2026


NO. PÁGINA:

021

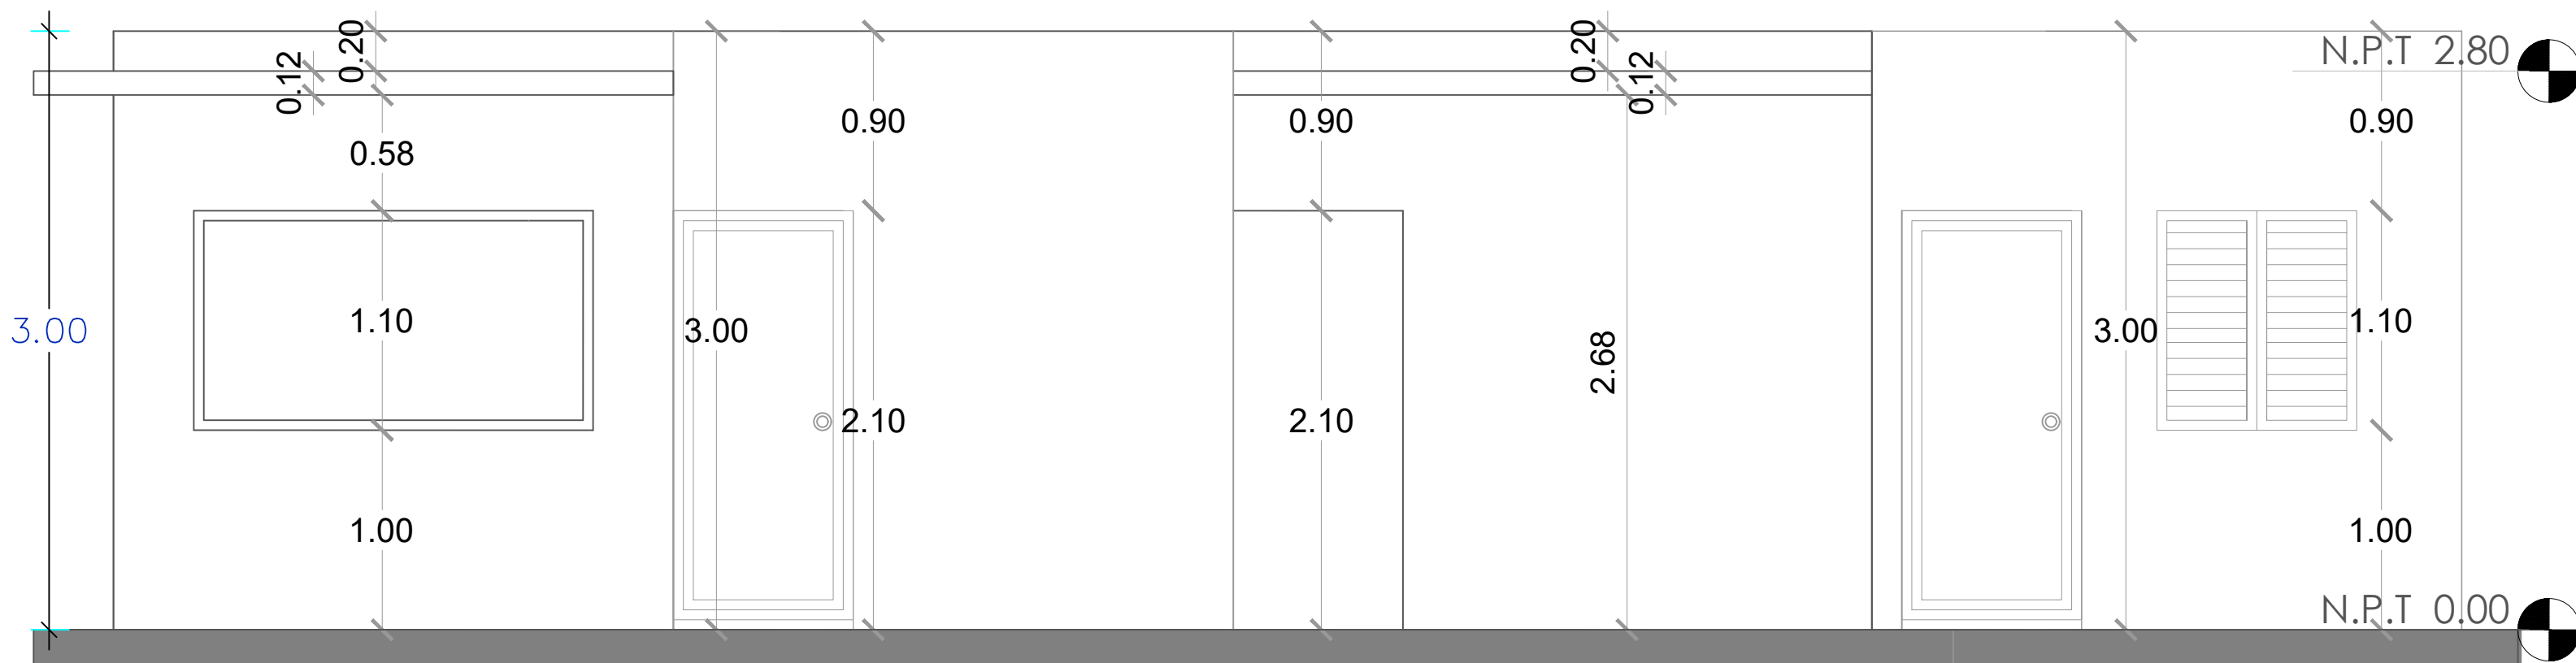


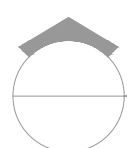 **ELEVACIÓN FRONTAL**
ESC. 1:30

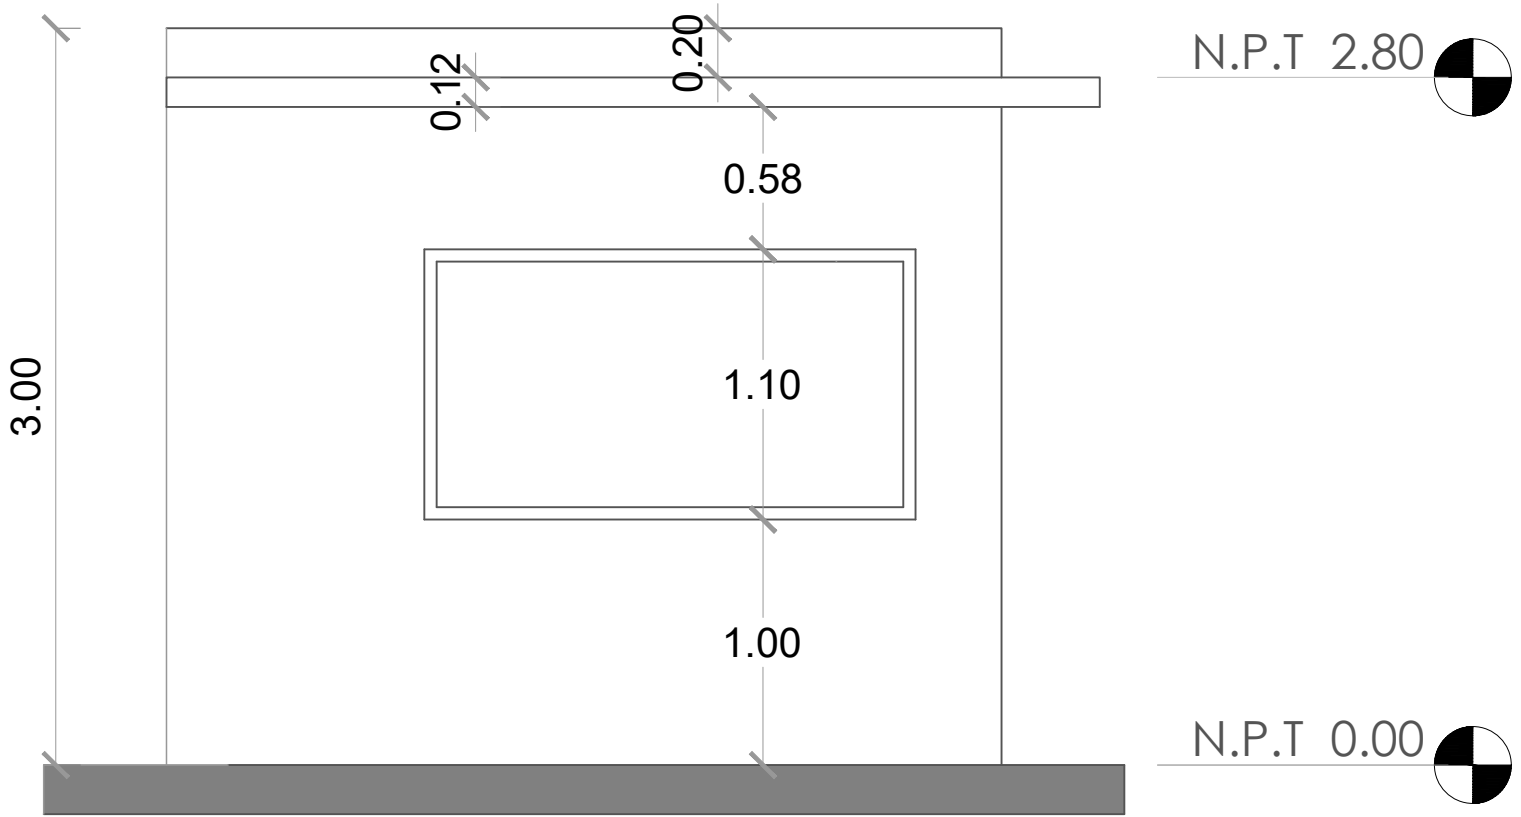

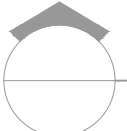 **ELEVACIÓN LATERAL IZQUIERDA**
ESC. 1:30

 **ELEVACIONES**
ESC. 1:30

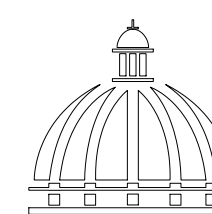

GOBIERNO DE LA
REPÚBLICA DOMINICANA

DIRECCIÓN DE
DESARROLLO PROVINCIAL
DDP

Ave. Dr. Delgado, Esq. Moises García,
Gazcue, Sto. Dgo., R.D.
TEL.: (809)-364-2189 | FAX.: (809)- 688-1665
E-Mail: info@cpadp.gob.do

PROYECTO:
**CONSTRUCCIÓN CANCHA DE
BALONCESTO 16 DE AGOSTO, SECTOR
LA JOYA, MNICIPIO SANTIAGO,
PROVINCIA SANTIAGO**
REPUBLICA DOMINICANA

EQUIPO DE TRABAJO:

DISEÑO ARQUITECTÓNICO
ARQ. _____
codia 00000

ENC. INGENIERÍA
ING.FIORDALIZA BONIFACIO
codia 00000

ESTRUCTURAL
ING. _____
codia 00000

ELÉCTRICO
ING. JUAN PEREZ
codia 00000

HIDRO-SANITARIO
ING. FRANCIS ESTEVEZ
codia 00000

SELLO DE APROBACIÓN:

FECHA: _____



CONTENIDO:
ELEVACIONES

ESCALA: **1:30**

ABRIL 2026


NO. PÁGINA:

022

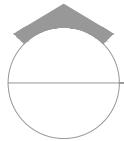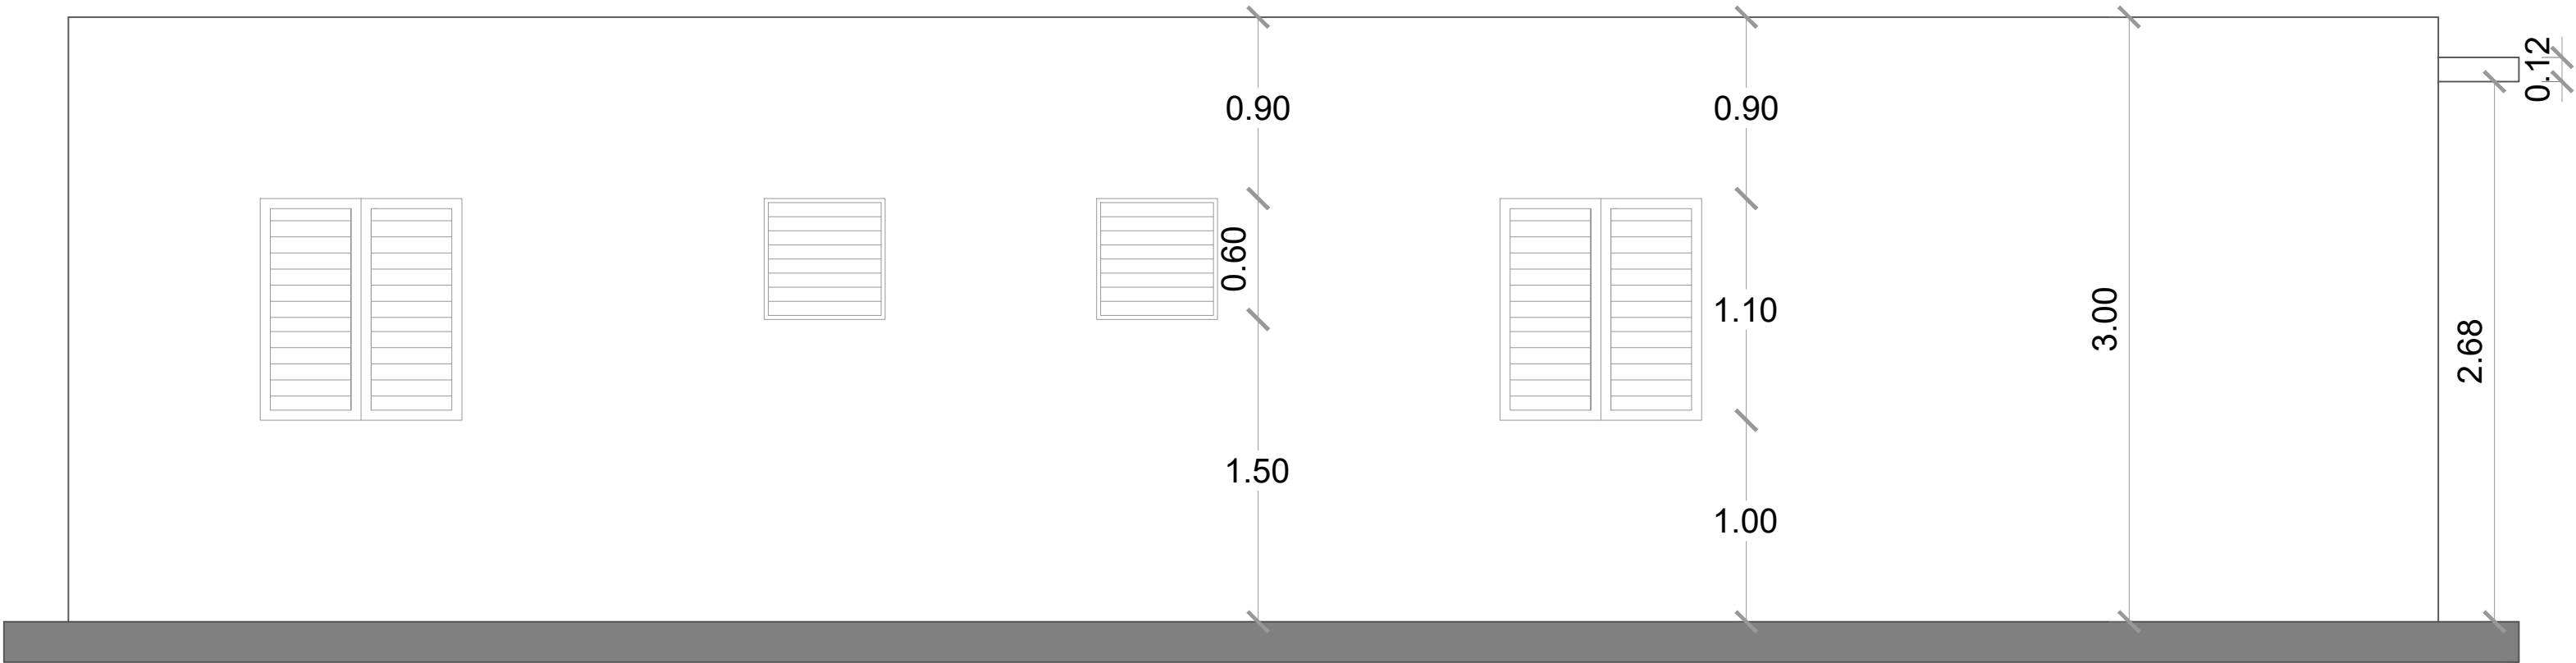


ELEVACIÓN POSTERIOR

ESC. 1:30

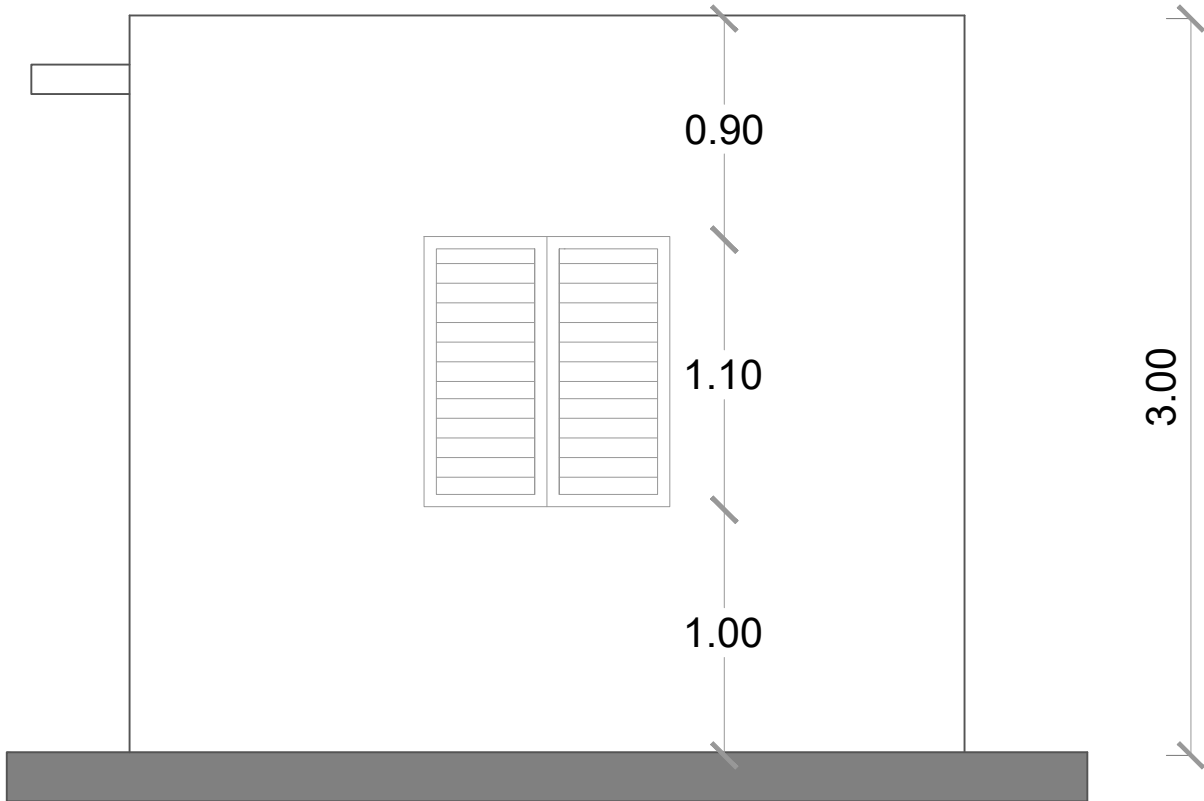


ELEVACIÓN LATERAL DERECHA

ESC. 1:30

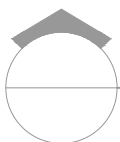

ELEVACIONES

ESC. 1:30

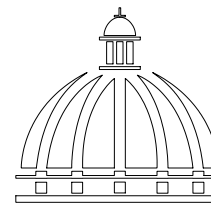

GOBIERNO DE LA
REPÚBLICA DOMINICANA

DIRECCIÓN DE
DESARROLLO PROVINCIAL
DDP

Ave. Dr. Delgado, Esq. Moises García,
Gazcue, Sto. Dgo., R.D.
TEL.: (809)-364-2189 | FAX.: (809)- 688-1665
E-Mail: info@cpadp.gob.do

PROYECTO:
**CONSTRUCCIÓN CANCHA DE
BALONCESTO 16 DE AGOSTO, SECTOR
LA JOYA, MNICIPIO SANTIAGO,
PROVINCIA SANTIAGO**
REPUBLICA DOMINICANA

EQUIPO DE TRABAJO:

DISEÑO ARQUITECTÓNICO
ARQ. _____
codia 00000

ENC. INGENIERÍA
ING.FIORDALIZA BONIFACIO
codia 00000

ESTRUCTURAL
ING. _____
codia 00000

ELÉCTRICO
ING. JUAN PEREZ
codia 00000

HIDRO-SANITARIO
ING. FRANCIS ESTEVEZ
codia 00000

SELLO DE APROBACIÓN:

FECHA: _____

CONTENIDO:
ELEVACIONES

ESCALA: **1:30**

ABRIL 2026

NO. PÁGINA:

023



DIRECCIÓN DE
DESARROLLO PROVINCIAL
DDP

Ave. Dr. Delgado, Esq. Moises García,
Gazcue, Sto. Dgo., R.D.
TEL.: (809)-364-2189 | FAX.: (809)- 688-1665
E-Mail: info@cpadp.gob.do

PROYECTO:

CONSTRUCCIÓN CANCHA DE
BALONCESTO 16 DE AGOSTO, SECTOR
LA JOYA, MNICIPIO SANTIAGO,
PROVINCIA SANTIAGO

REPUBLICA DOMINICANA

EQUIPO DE TRABAJO:

DISEÑO ARQUITECTÓNICO

ARQ.

codia 00000

ENC. INGENIERÍA

ING.FIORDALIZA BONIFACIO

codia 00000

ESTRUCTURAL

ING.

codia 00000

ELÉCTRICO

ING. JUA

codia 0000

00000000

HIDRO-SANITARIO

ING. FRANCIS ESTEVEZ

codia 00000

SELO DE APROBACIÓN:

FECHA:

CONTENIDO:

SECCIÓN

ESCALA: 1:20

ABRIL 2026

NO. PÁGINA:

024



PROYECTO:
**CONSTRUCCIÓN CANCHA DE
BALONCESTO 16 DE AGOSTO, SECTOR
LA JOYA, MNICIPIO SANTIAGO,
PROVINCIA SANTIAGO**

REPUBLICA DOMINICANA

EQUIPO DE TRABAJO:

DISEÑO ARQUITECTÓNICO
ARQ. _____
codia 00000 _____

ENC. INGENIERÍA
ING.FIORDALIZA BONIFACIO
codia 00000 _____

ESTRUCTURAL
ING. _____
codia 00000 _____

ELÉCTRICO
ING. JUAN PEREZ
codia 00000 _____

HIDRO-SANITARIO
ING. FRANCIS ESTEVEZ
codia 00000 _____

SELLO DE APROBACIÓN:

FECHA: _____


CONTENIDO:
PLANTA DE CIMIENTO

ESCALA: **1:30**


ABRIL 2026

NO. PÁGINA:

025

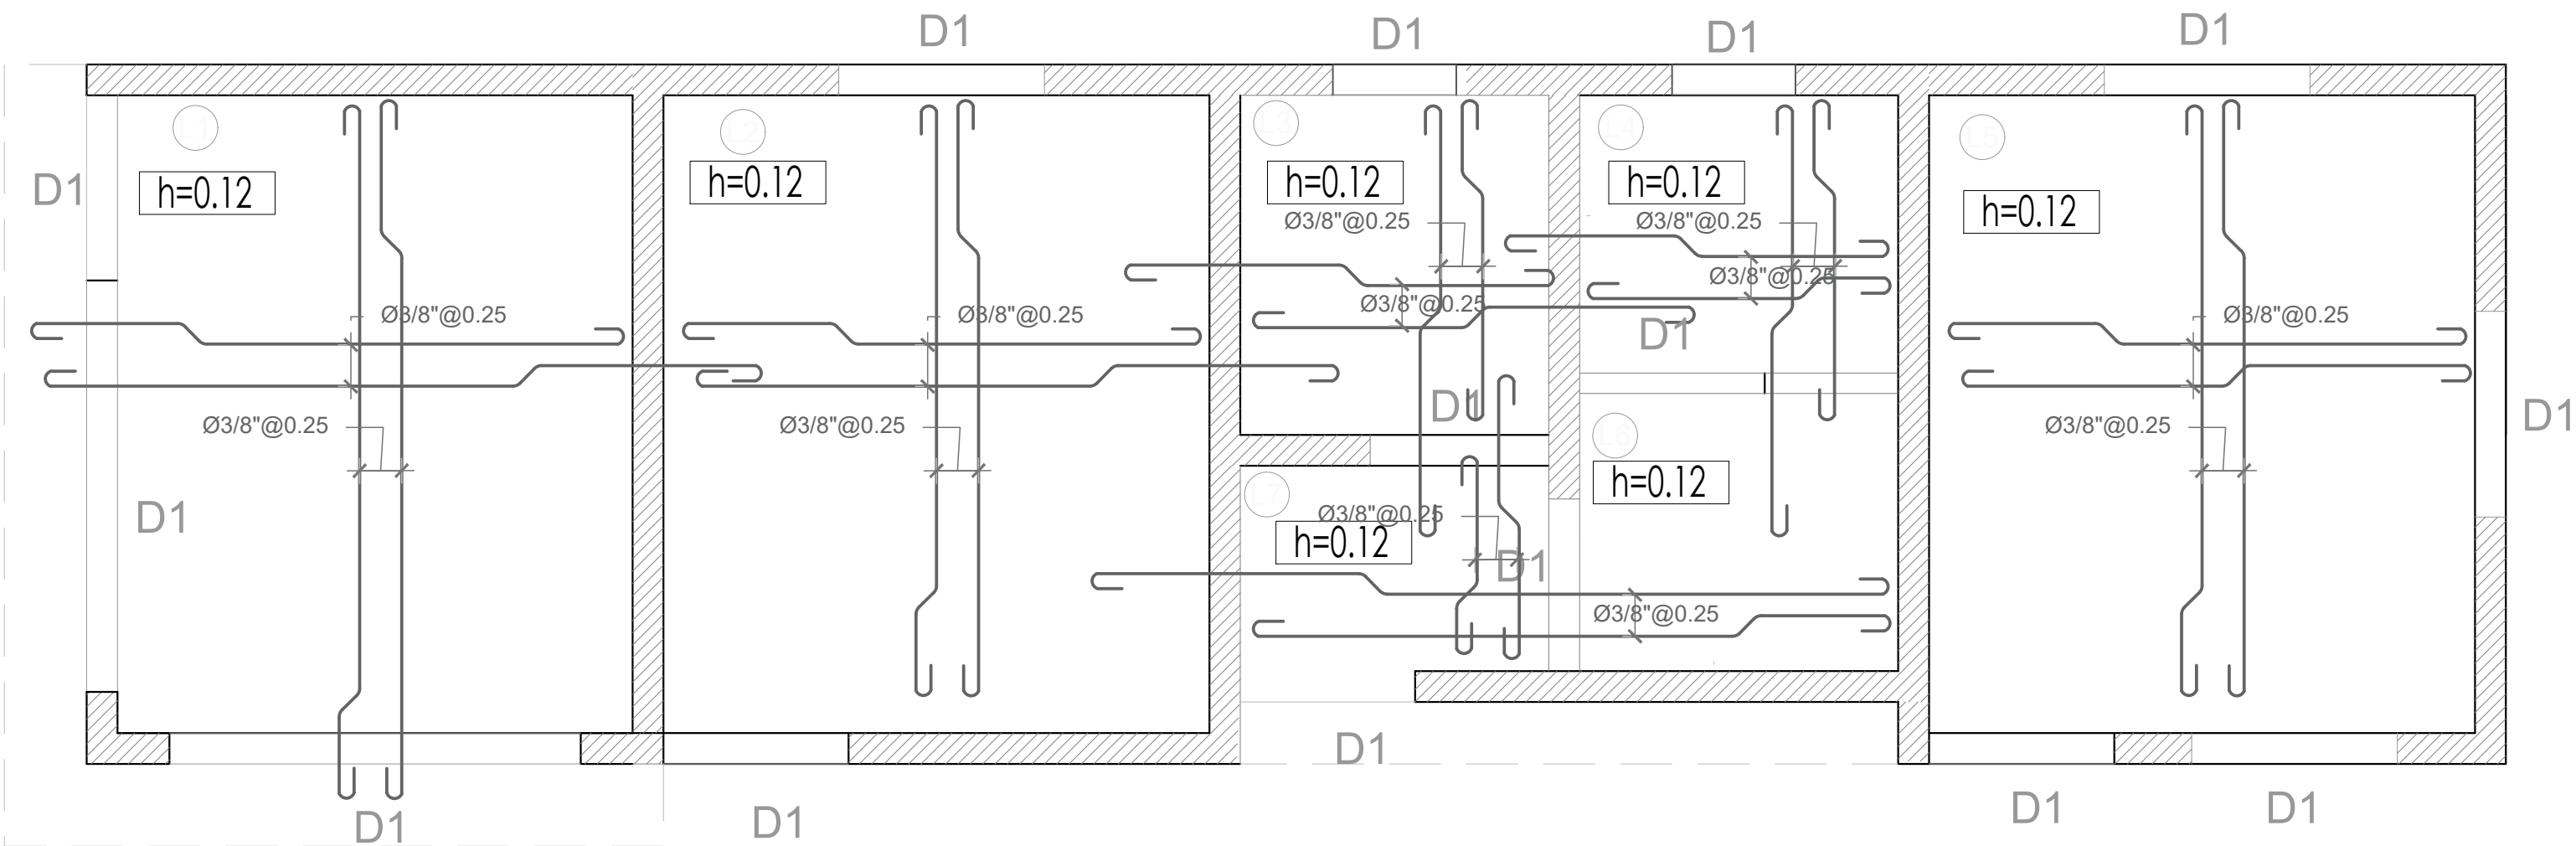

 **PLANTA DE CIMIENTO**
ESC. 1:30

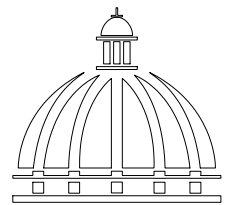

Gobierno de la
República Dominicana

DIRECCIÓN DE
DESARROLLO PROVINCIAL
DDP

Ave. Dr. Delgado, Esq. Moises García,
Gazcue, Sto. Dgo., R.D.
TEL.: (809)-364-2189 | FAX.: (809)- 688-1665
E-Mail: info@cpadp.gob.do

PROYECTO:
CONSTRUCCIÓN CANCHA DE
BALONCESTO 16 DE AGOSTO, SECTOR
LA JOYA, MNICIPIO SANTIAGO,
PROVINCIA SANTIAGO
REPUBLICA DOMINICANA

EQUIPO DE TRABAJO:

DISEÑO ARQUITECTÓNICO
ARQ. _____
codia 00000

ENC. INGENIERÍA
ING.FIORDALIZA BONIFACIO
codia 00000

ESTRUCTURAL
ING. _____
codia 00000

ELÉCTRICO
ING. JUAN PEREZ
codia 00000

HIDRO-SANITARIO
ING. FRANCIS ESTEVEZ
codia 00000

SELLO DE APROBACIÓN:



FECHA: _____

CONTENIDO:
DETALLES ESTRUCTURALES



ESCALA: **1:20**

ABRIL 2026

NO. PÁGINA:
026

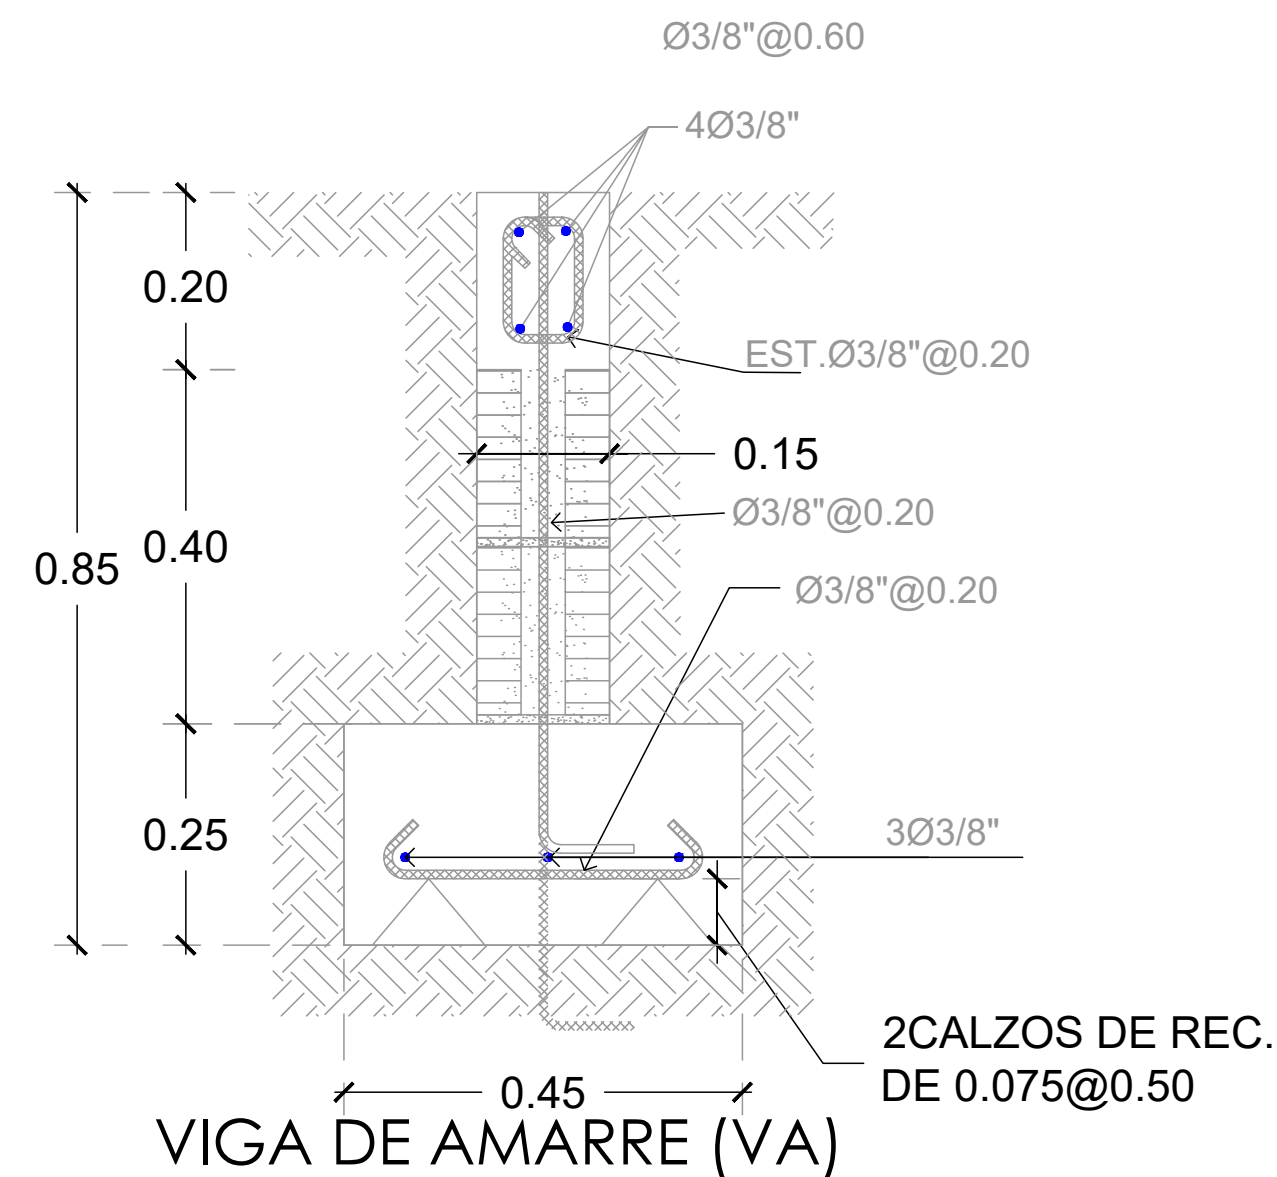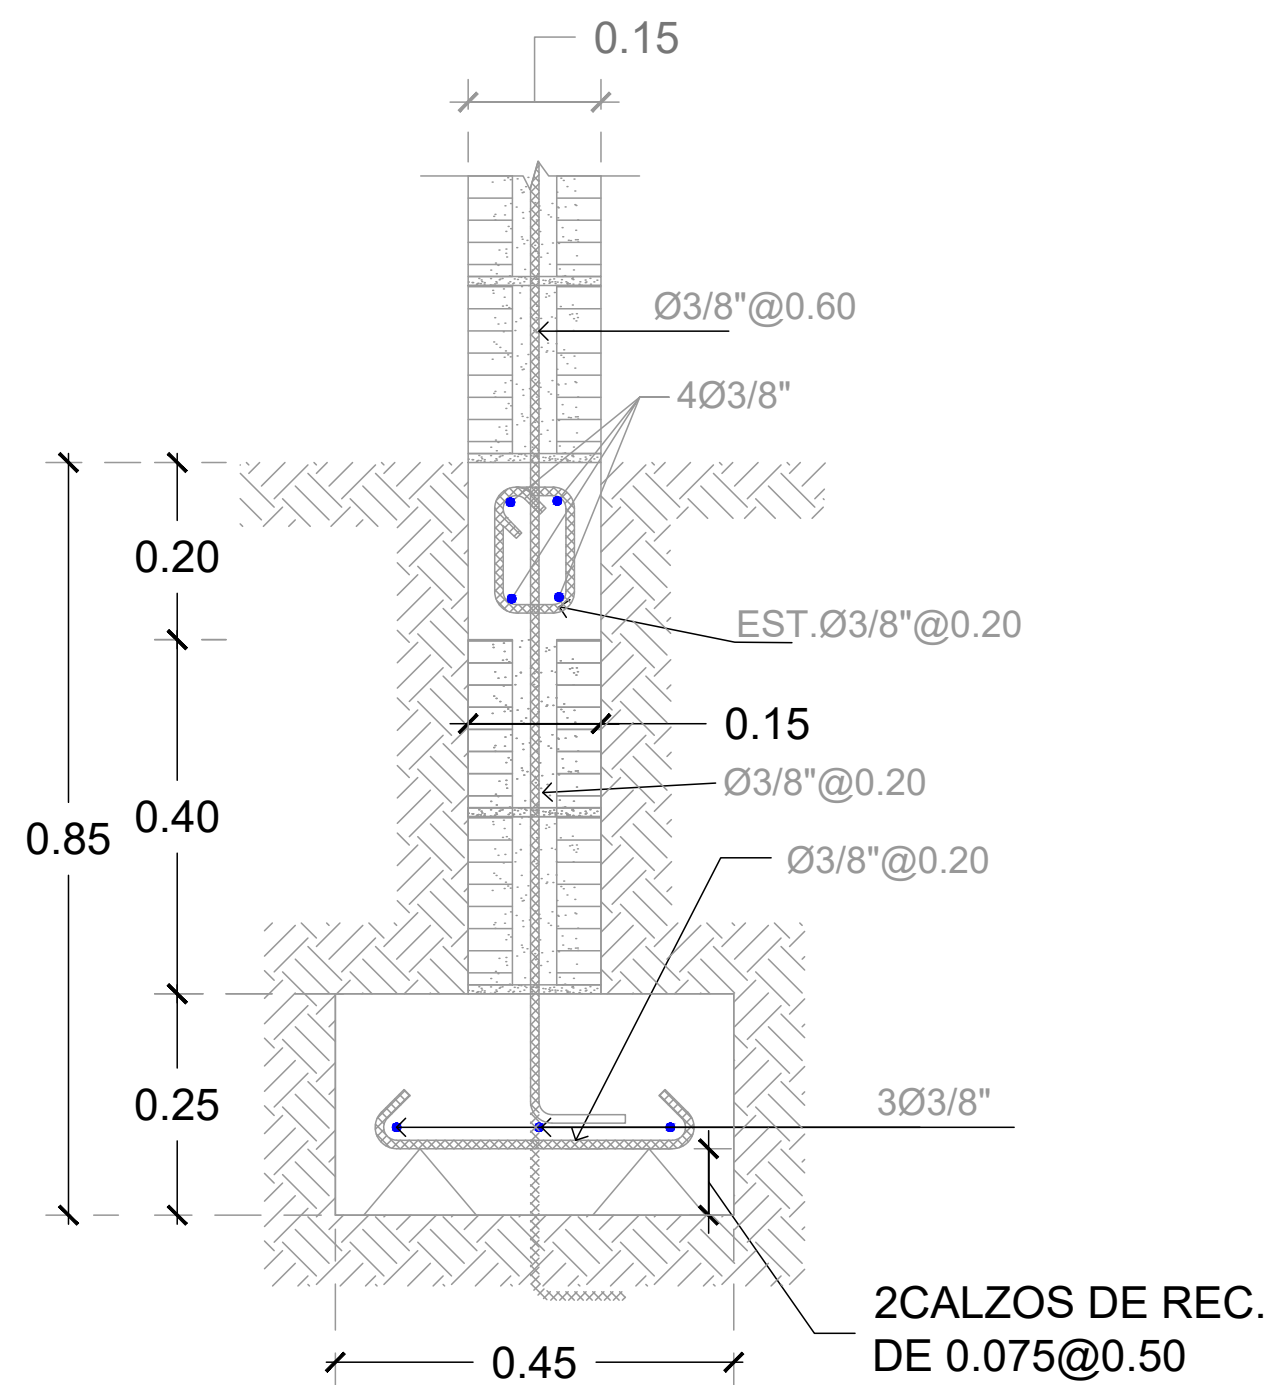

Zapata de Muro de 15"

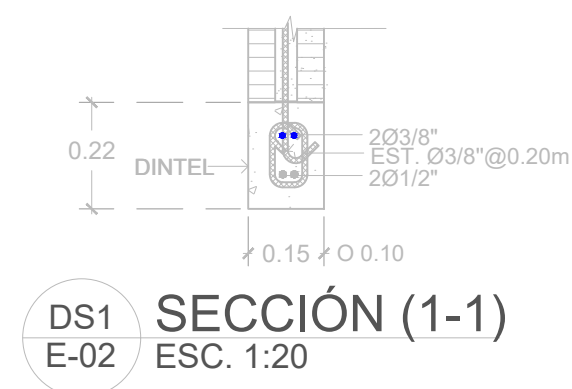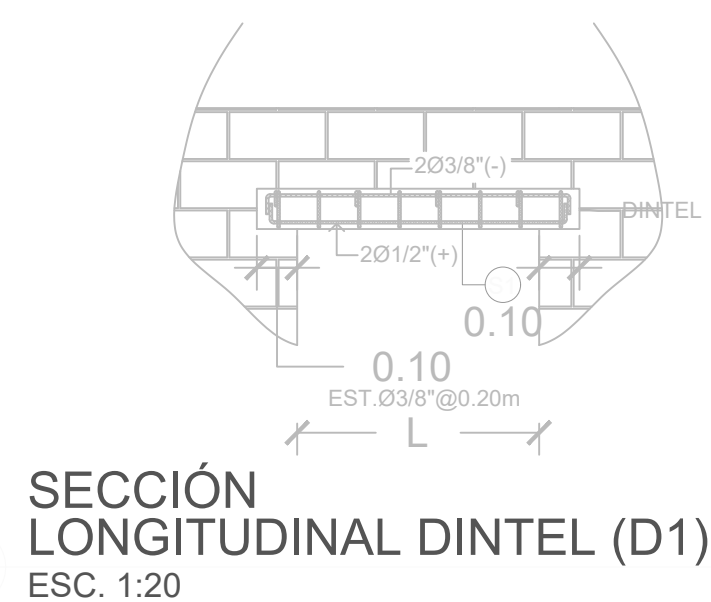

PROYECTO:
**CONSTRUCCIÓN CANCHA DE
BALONCESTO 16 DE AGOSTO, SECTOR
LA JOYA, MNICIPIO SANTIAGO,
PROVINCIA SANTIAGO**

REPUBLICA DOMINICANA

EQUIPO DE TRABAJO:

DISEÑO ARQUITECTÓNICO
ARQ. _____
codia 00000 _____

ENC. INGENIERÍA
ING.FIORDALIZA BONIFACIO
codia 00000 _____

ESTRUCTURAL
ING. _____
codia 00000 _____

ELÉCTRICO
ING. JUAN PEREZ
codia 00000 _____

HIDRO-SANITARIO
ING. FRANCIS ESTEVEZ
codia 00000 _____

SELLO DE APROBACIÓN:


FECHA: _____

CONTENIDO:
**PLANTA DE INST. SANITARIA DE
AGUA POTABLE**


ESCALA: **1:20**

ABRIL 2026

NO. PÁGINA:
027

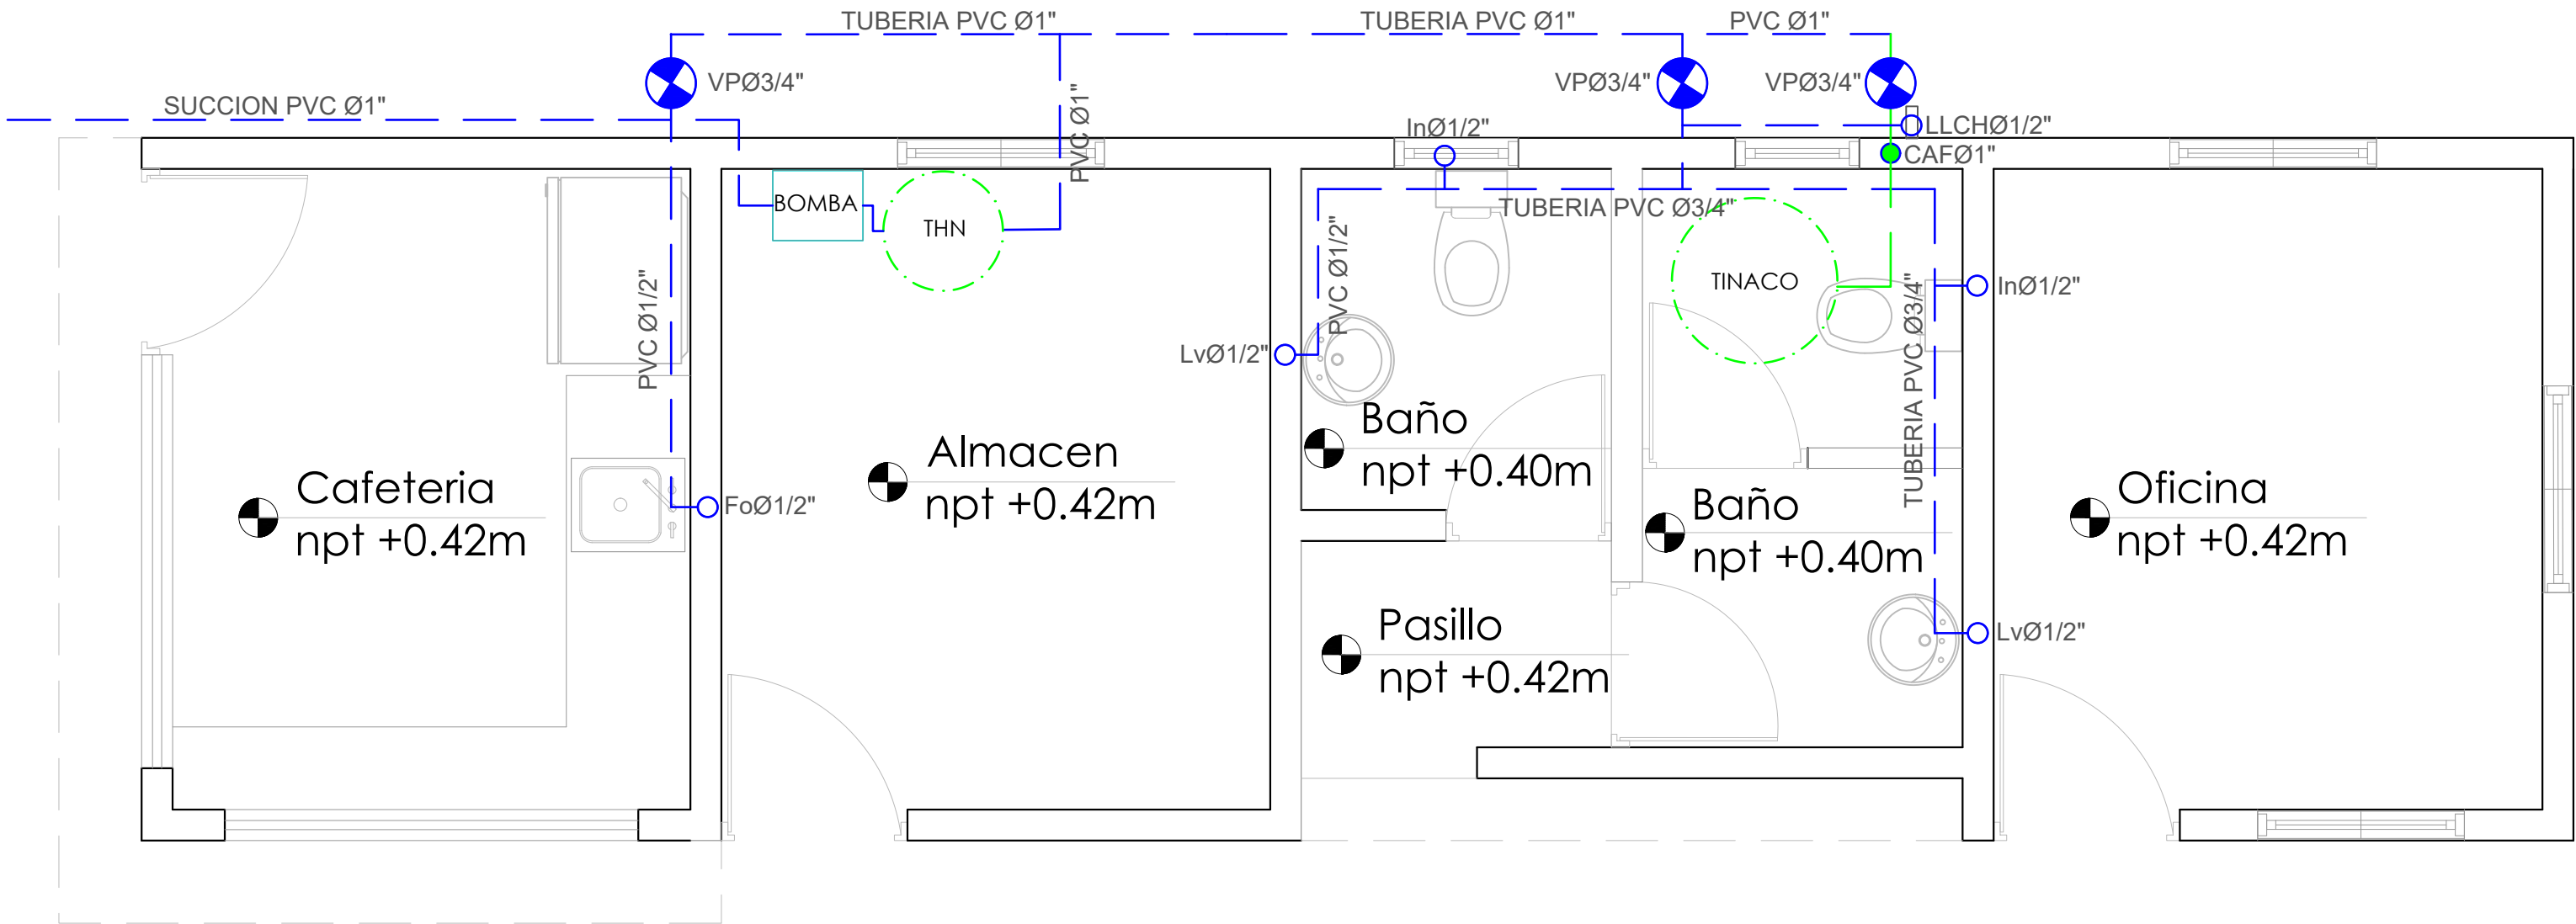

LEYENDA SANITARIA		
Io		INODORO
Lo		LAVAMANOS
Fo		FREGADERO
DU		DUCHA
Dp		DESAGUE DE PISO
CL		CALENTADOR ELÉCTRICO
Vp		VALVULA DE PASO
C.I.		CAJA DE INSPECCIÓN
T.G.		TRAMPA DE GRASA
VØ2"		COLUMNA DE VENTILACIÓN
BD		BAJANTE DESCARGA
S.		PENDIENTE EN %
		TUBERIA AGUAS POTABLE FRIA
		TUBERIA AGUAS NEGRAS
CF		COLUMNA DE AGUA FRIA

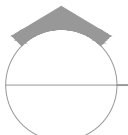 **PLANTA INST. SANITARIA DE AGUA POTABLE**
ESC. 1:20

PROYECTO:
**CONSTRUCCIÓN CANCHA DE
BALONCESTO 16 DE AGOSTO, SECTOR
LA JOYA, MNICIPIO SANTIAGO,
PROVINCIA SANTIAGO**

REPUBLICA DOMINICANA

EQUIPO DE TRABAJO:

DISEÑO ARQUITECTÓNICO
ARQ. _____
codia 00000 _____

ENC. INGENIERÍA
ING.FIORDALIZA BONIFACIO
codia 00000 _____

ESTRUCTURAL
ING. _____
codia 00000 _____

ELÉCTRICO
ING. JUAN PEREZ
codia 00000 _____

HIDRO-SANITARIO
ING. FRANCIS ESTEVEZ
codia 00000 _____

SELLO DE APROBACIÓN:

FECHA: _____


CONTENIDO:
**PLANTA DE INST. SANITARIAS DE
AGUA RESIDUALES**

ESCALA: **1:50**


ABRIL 2026


NO. PÁGINA:


028

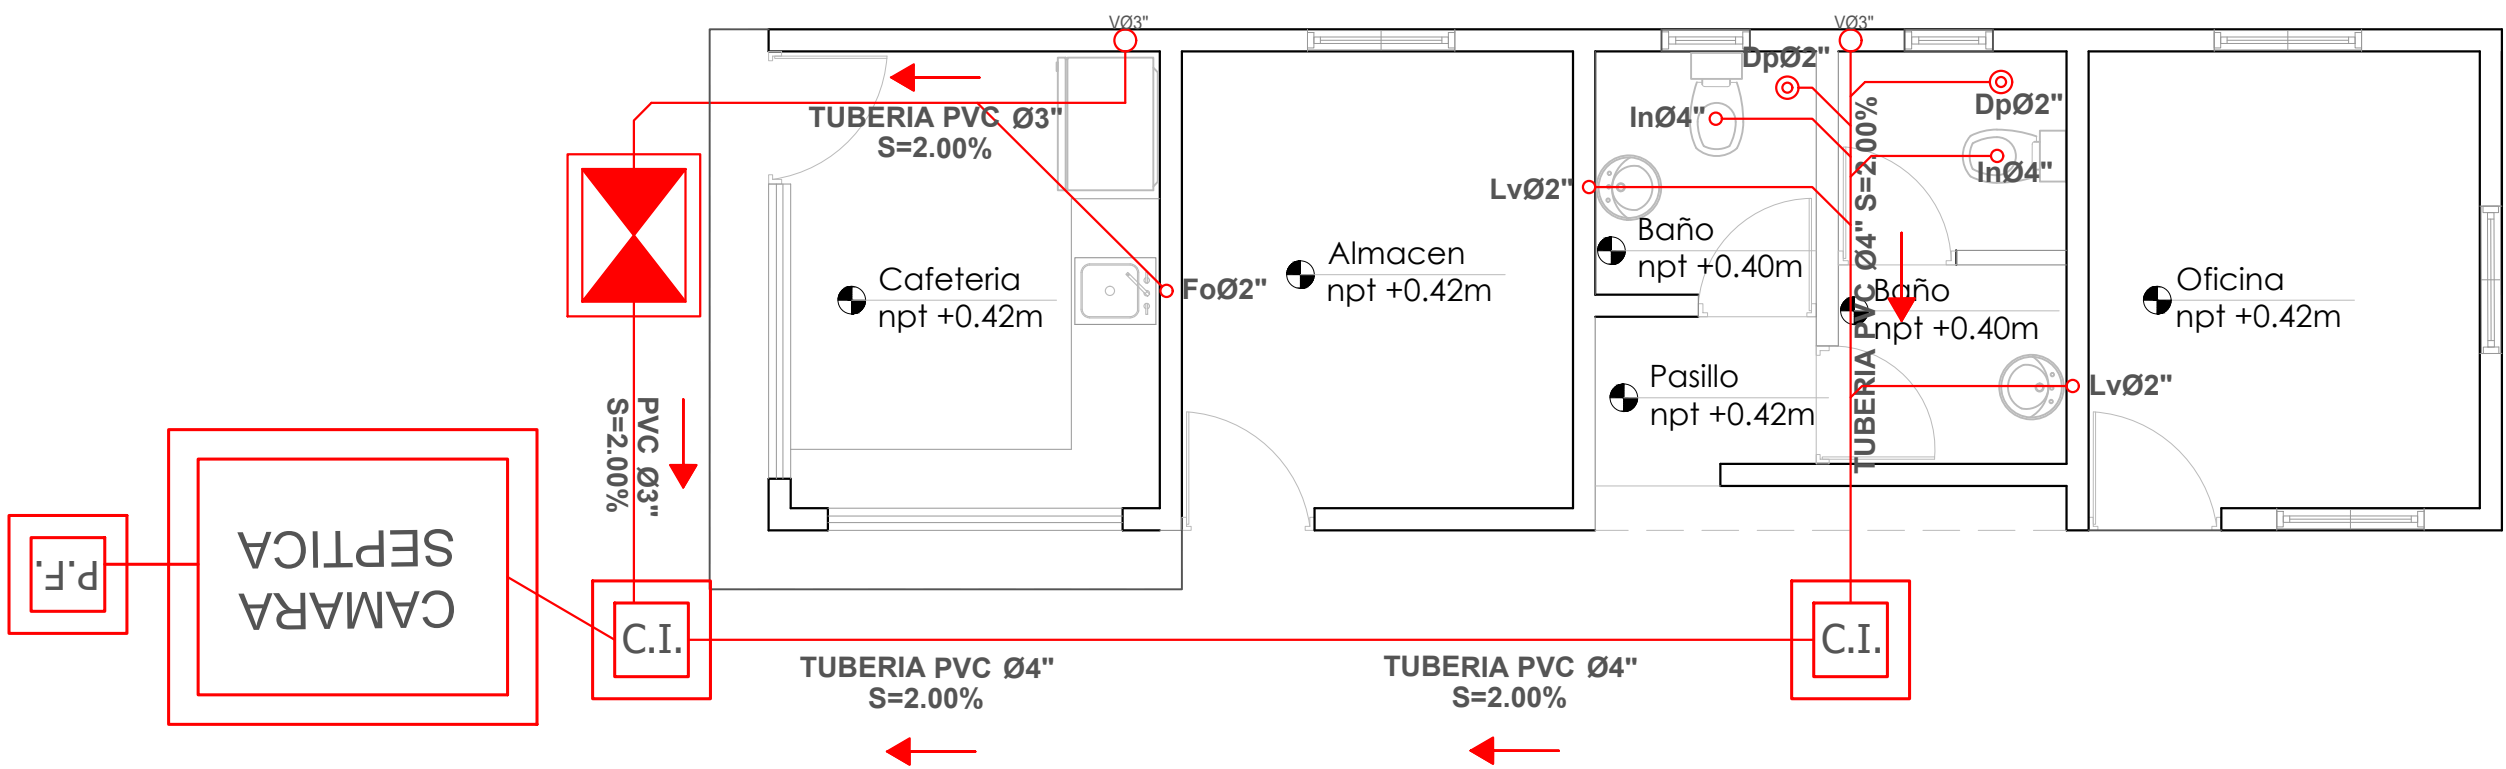



LEYENDA SANITARIA		
Io		INODORO
Lo		LAVAMANOS
Fo		FREGADERO
Du		DUCHA
Dp		DESAGUE DE PISO
Cl		CALENTADOR ELÉCTRICO
Vp		VALVULA DE PASO
C.I.		CAJA DE INSPECCIÓN
T.G.		TRAMPA DE GRASA
V02''		COLUMNA DE VENTILACIÓN
BD		BAJANTE DESCARGA
S.		PENDIENTE EN %
		TUBERIA AGUAS POTABLE FRIA
		TUBERIA AGUAS NEGRAS
CF		COLUMNA DE AGUA FRIA

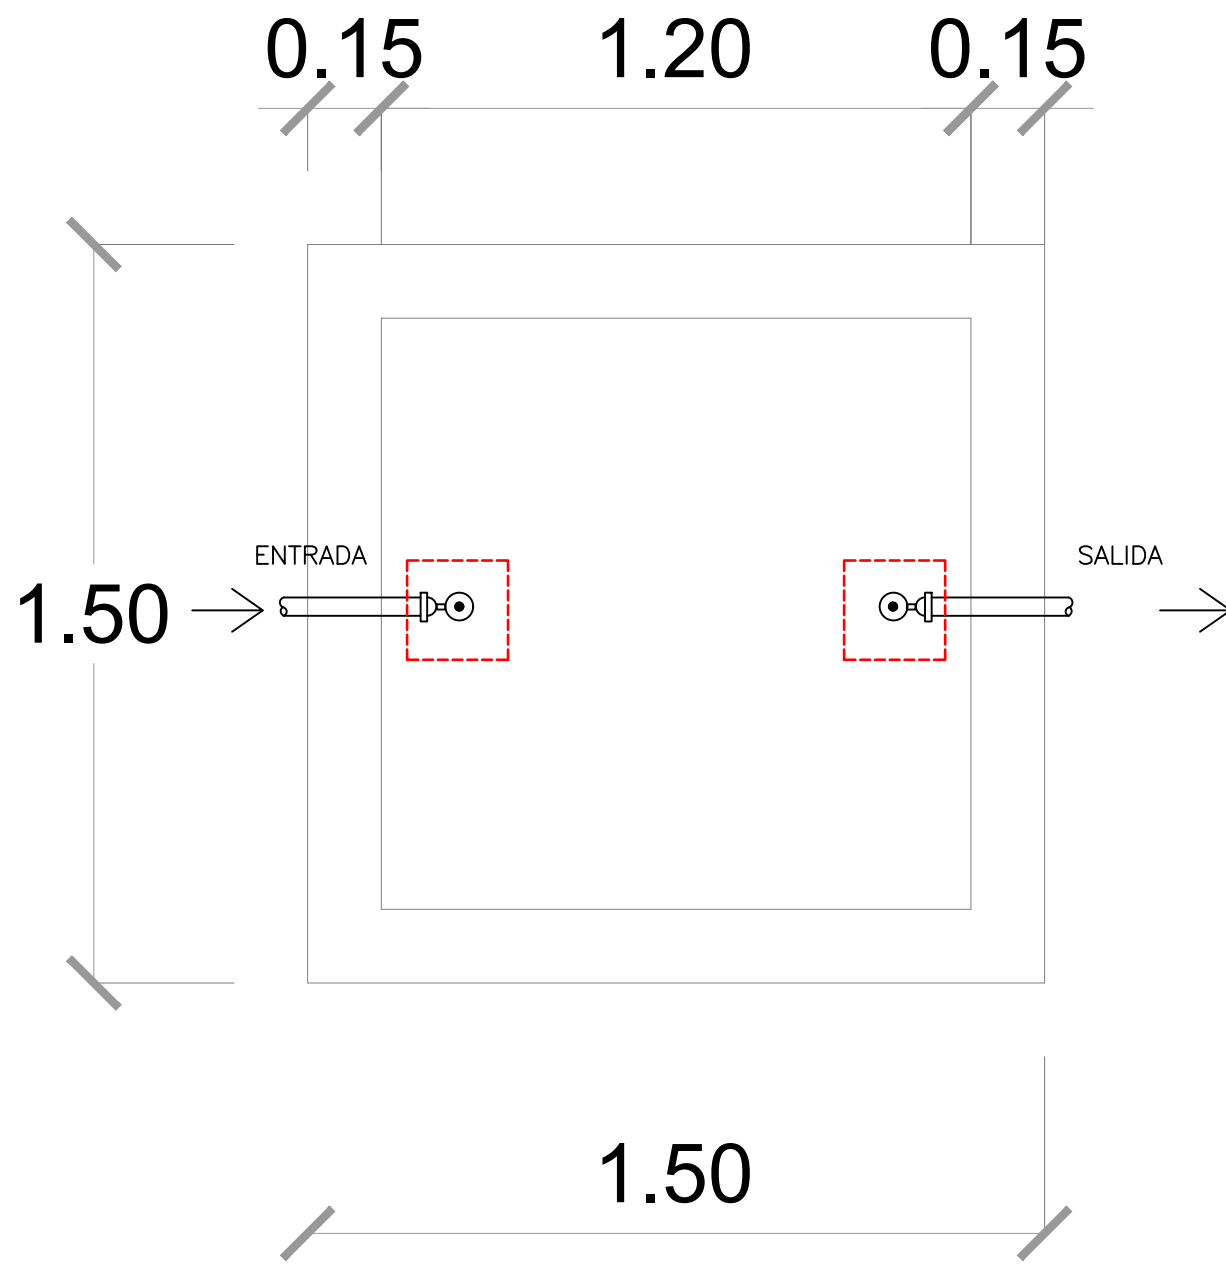

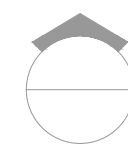 **PLANTA DE SEPTICO**
ESC. 1:15

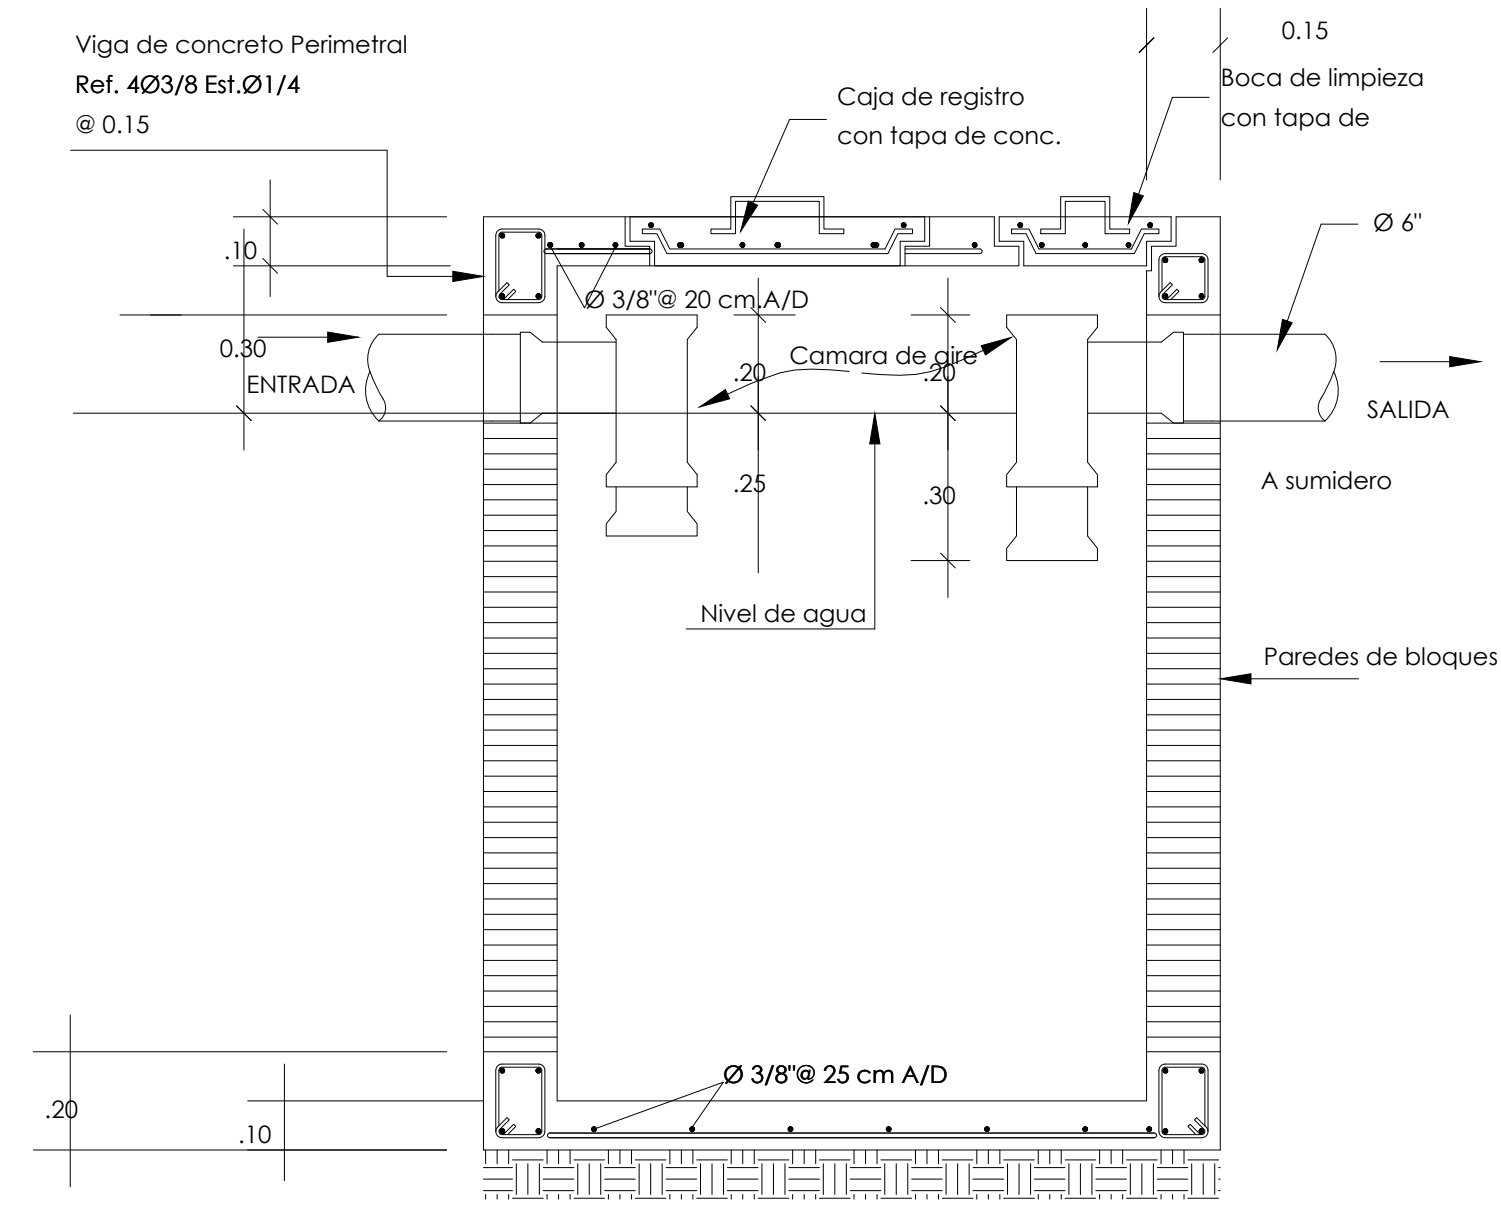

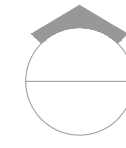 **SECCIÓN DE SEPTICO**
ESC. 1:15

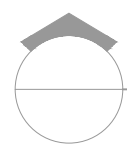 **DETALLE SANITARIO**
ESC. 1:15

PROYECTO:
**CONSTRUCCIÓN CANCHA DE
BALONCESTO 16 DE AGOSTO, SECTOR
LA JOYA, MNICIPIO SANTIAGO,
PROVINCIA SANTIAGO**

REPUBLICA DOMINICANA

EQUIPO DE TRABAJO:

DISEÑO ARQUITECTÓNICO
ARQ. _____
codia 00000

ENC. INGENIERÍA
ING.FIORDALIZA BONIFACIO
codia 00000

ESTRUCTURAL
ING. _____
codia 00000

ELÉCTRICO
ING. JUAN PEREZ
codia 00000

HIDRO-SANITARIO
ING. FRANCIS ESTEVEZ
codia 00000

SELLO DE APROBACIÓN:

FECHA: _____

CONTENIDO:

DETALLE SANITARIO

ESCALA:

1:15

ABRIL 2026

NO. PÁGINA:

029

PANEL: PA			4 CONDUCTORES								ESPACIOS: 24		
LUGAR: ALMACEN			SIMILAR: GE CAT: THL 24420								TENSIÓN: 120/240 VOLTS		
FASE: 2			INTERRUPTOR PRINCIPAL					BREAKERS			BARRAS: 75 AMP		
			60/2 AMP TIPO					TIPO: THQC					
KVA	DESCRIPCIÓN	DUCT.	CAL	BKR	NO.	A	B	NO.	BKR	CAL	DUCT.	DESCRIPCIÓN	KVA
0.50	LUZ COLGANTES	1/2"	2 #12	20	1			2	20	2 #12	1/2"	LUCES COLGANTE	0.50
0.50	" "	1/2"	2 #12	20	3			4	20	2 #12	1/2"	" "	0.50
0.50	" "	1/2"	2 #12	20	5			6	20	2 #12	1/2"	" "	0.40
0.40	" "	1/2"	2 #12	20	7			8	20	2 #12 1 #12	1/2"	" "	0.30
0.30	TOMTE. PIZARRA	1/2"	2 #12 1 #12	20	9			10	20	2 #12 1 #12	1/2"	TOMTE. PIZARRA	0.30
0.30	ABANICO TECHO	1/2"	2 #12 1 #12	20	11			12	20	2 #10 1 #12	3/4"	ABANICO TECHO	0.75
1.20	LUCES EXTERIOR	3/4"	2 #10 1 #12	20	13			14	20	2 #12 1 #12	1/2"	LUCES EXTERIOR	1.00
					15					2 #12 1 #12	1/2"	LUCES Of. BAÑO	0.60
												TOMTE. 120V	
CARGA CONECTADA: 8.05 KVA			DEMANDA MAXIMA: 8.05 KVA			ALIMENTADOR:							
ILUMINACIÓN: 6.25 KVA			CARGA DE DISEÑO: 6.44 KVA			2 THW CAL. NO. 6							
TOMACORRIENTE: 1.20 KVA			CORRIENTE DE DISEÑO: 26.83 AMP			1 THW CAL. NO. 8							
OTROS: 0.60 KVA			FACTOR DE DEMANDA: 80 %			1 THW CAL. NO. 8							
FASE A: 4.70 KVA			CARGA RESERVA: 1.61 KVA			DUCTO DIAM: 1" TIPO: PVC							
FASE B: 3.35 KVA			NEUTRO: 26.83 AMP										

PROYECTO:
CONSTRUCCIÓN CANCHA DE
BALONCESTO 16 DE AGOSTO, SECTOR
LA JOYA, MNICIPIO SANTIAGO,
PROVINCIA SANTIAGO
REPUBLICA DOMINICANA

EQUIPO DE TRABAJO:

DISEÑO ARQUITECTÓNICO
ARQ. _____
codia 00000 _____

ENC. INGENIERÍA
ING.FIORDALIZA BONIFACIO
codia 00000 _____

ESTRUCTURAL
ING. _____
codia 00000 _____

ELÉCTRICO
ING. JUAN PEREZ
codia 00000 _____

HIDRO-SANITARIO
ING. FRANCIS ESTEVEZ
codia 00000 _____

SELLO DE APROBACIÓN:

FECHA: _____

CONTENIDO:
DETALLES ELÉCTRICOS

ESCALA:
1:40

ABRIL 2026

NO. PÁGINA:

030

PUNTO DE INTERCONEXION

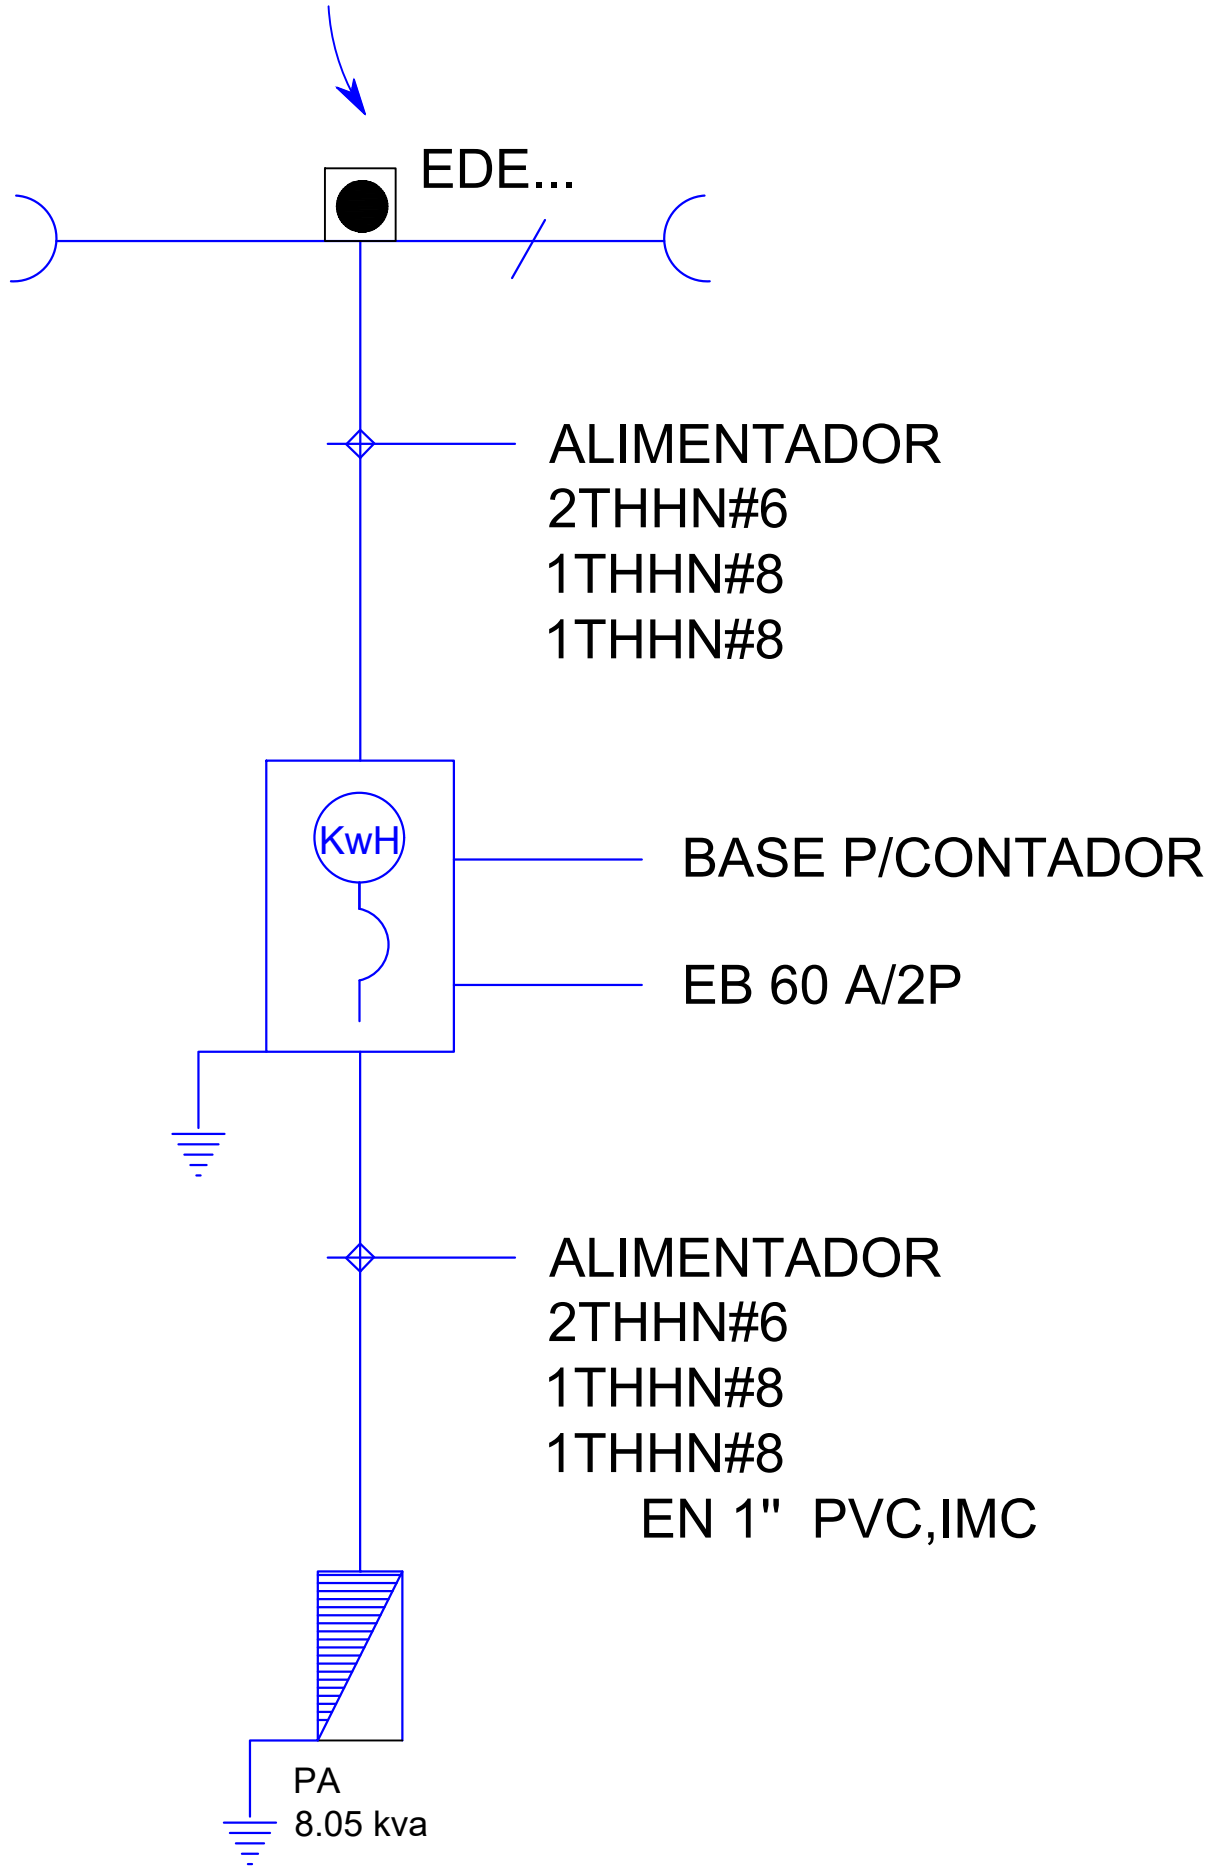


DIAGRAMA UNIFILAR
ESC. N/E

PROYECTO:
**CONSTRUCCIÓN CANCHA DE
BALONCESTO 16 DE AGOSTO, SECTOR
LA JOYA, MNICIPIO SANTIAGO,
PROVINCIA SANTIAGO**

REPUBLICA DOMINICANA

EQUIPO DE TRABAJO:

DISEÑO ARQUITECTÓNICO
ARQ. _____
codia 00000 _____

ENC. INGENIERÍA
ING.FIORDALIZA BONIFACIO
codia 00000 _____

ESTRUCTURAL
ING. _____
codia 00000 _____

ELÉCTRICO
ING. JUAN PEREZ
codia 00000 _____

HIDRO-SANITARIO
ING. FRANCIS ESTEVEZ
codia 00000 _____

SELLO DE APROBACIÓN:

FECHA: _____

CONTENIDO:

DETALLES ELÉCTRICOS


ESCALA:

1:40

ABRIL 2026

NO. PÁGINA:

031

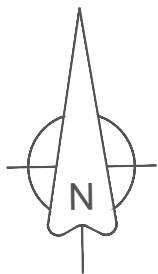

PROYECTO:
**CONSTRUCCIÓN CANCHA DE
BALONCESTO 16 DE AGOSTO, SECTOR
LA JOYA, MNICIPIO SANTIAGO,
PROVINCIA SANTIAGO**

REPUBLICA DOMINICANA

EQUIPO DE TRABAJO:

DISEÑO ARQUITECTÓNICO
ARQ. _____
codia 00000

ENC. INGENIERÍA
ING.FIORDALIZA BONIFACIO
codia 00000

ESTRUCTURAL
ING. _____
codia 00000

ELÉCTRICO
ING. JUAN PEREZ
codia 00000

HIDRO-SANITARIO
ING. FRANCIS ESTEVEZ
codia 00000

SELLO DE APROBACIÓN:


FECHA: _____

CONTENIDO:
**PLANTA ELECTRICA
DE CONJUNTO**

ESCALA:
1:500

ABRIL 2026

NO. PÁGINA:
032

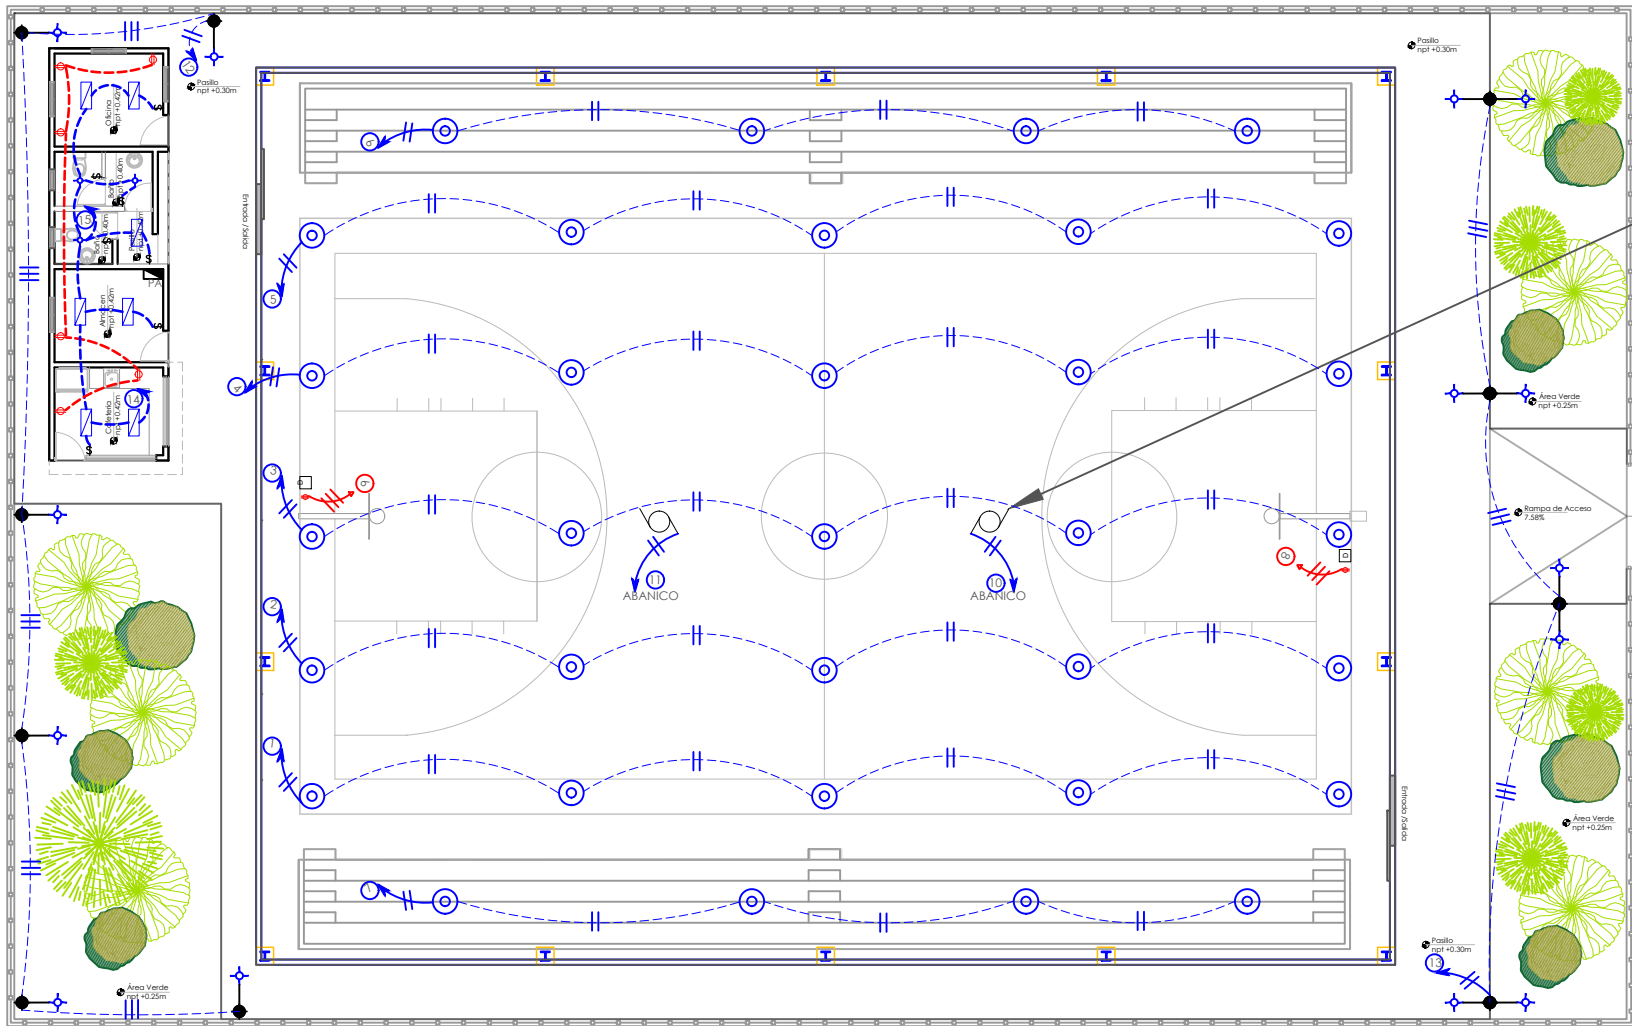

ABANICOS DE TECHO INDUSTRIAL HVLS 18",
6 ASPAS, 402.650 CFM, CUBRE 1/400
M3/MIN,
120V, 60HZ, MONOFÁSICO, 120W,
SÚPER SILENCIOSO.

 **CABLE DE GOMA Y
ACERO**

 **LAMPARASGOLGANTES
100W, LED, 120V**

PRESUPUESTO ELÉCTRICO		
TIPO	DESCRIPCIÓN	CANT. (UD)
	Lámpara colgante	33
	DATA	2
	Interruptores sencillo, 15A, 120V	7
	Toma Corriente 120V, Doble, 20A	6
	Fotocelda LED, tipo cabeza de cabra, 150 W Poste 4" x 4" x 20, HH, 7 UNIDADES	14
	Panel de BREAKERS	1
	ABANICOS DE TECHO INDUSTRIAL HVLS 18" 6 ASPAS	2

DETALLE DE LUMINARIA

LAMPARAS LED HIGH BAY 150W 120-277V 3000K

Modelo: LUM-150W-3000K

Material: Aluminio

Color: Blanco

Dimensiones: 150mm x 150mm x 150mm

Peso: 1.5kg


Plano de Dimensiones

CABLE DE ALUMINIO 100MM²

CHUBA METALICO


LÁMPARA COLGANTE 190W, 120V

SÍMBOLO

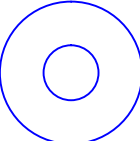

33

*NOTA: ESTOS PLANOS PUEDEN SER MODIFICADOS Y/O ADECUADOS EN CAMPO.

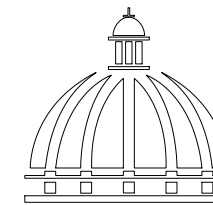

DIRECCIÓN DE
DESARROLLO PROVINCIAL
DDP

Ave. Dr. Delgado, Esq. Moises García,
Gazcue, Sto. Dgo., R.D.
TEL.: (809)-364-2189 | FAX.: (809)- 688-1665
E-Mail: info@cpadp.gob.do

PROYECTO:
**CONSTRUCCIÓN CANCHA DE
BALONCESTO 16 DE AGOSTO, SECTOR
LA JOYA, MNICIPIO SANTIAGO,
PROVINCIA SANTIAGO**

REPUBLICA DOMINICANA

EQUIPO DE TRABAJO:

DISEÑO ARQUITECTÓNICO

ARQ. codia 00000 _____

ENC. INGENIERÍA
ING.FIORDALIZA BONIFACIO
codia 00000 _____

ESTRUTURAL
ING.

ELÉCTRICO
ING. JUAN PEREZ
codia 00000

HIDRO-SANITARIO
ING. FRANCIS ESTEVEZ
codia 00000

SELO DE APROBACIÓN:

FECHA:

CONTENIDO:



**PLANTA SANITARIA
POTABLE**

ESCALA: 1:500

ABRIL 2026


NO. PÁGINA:


033

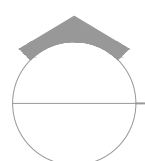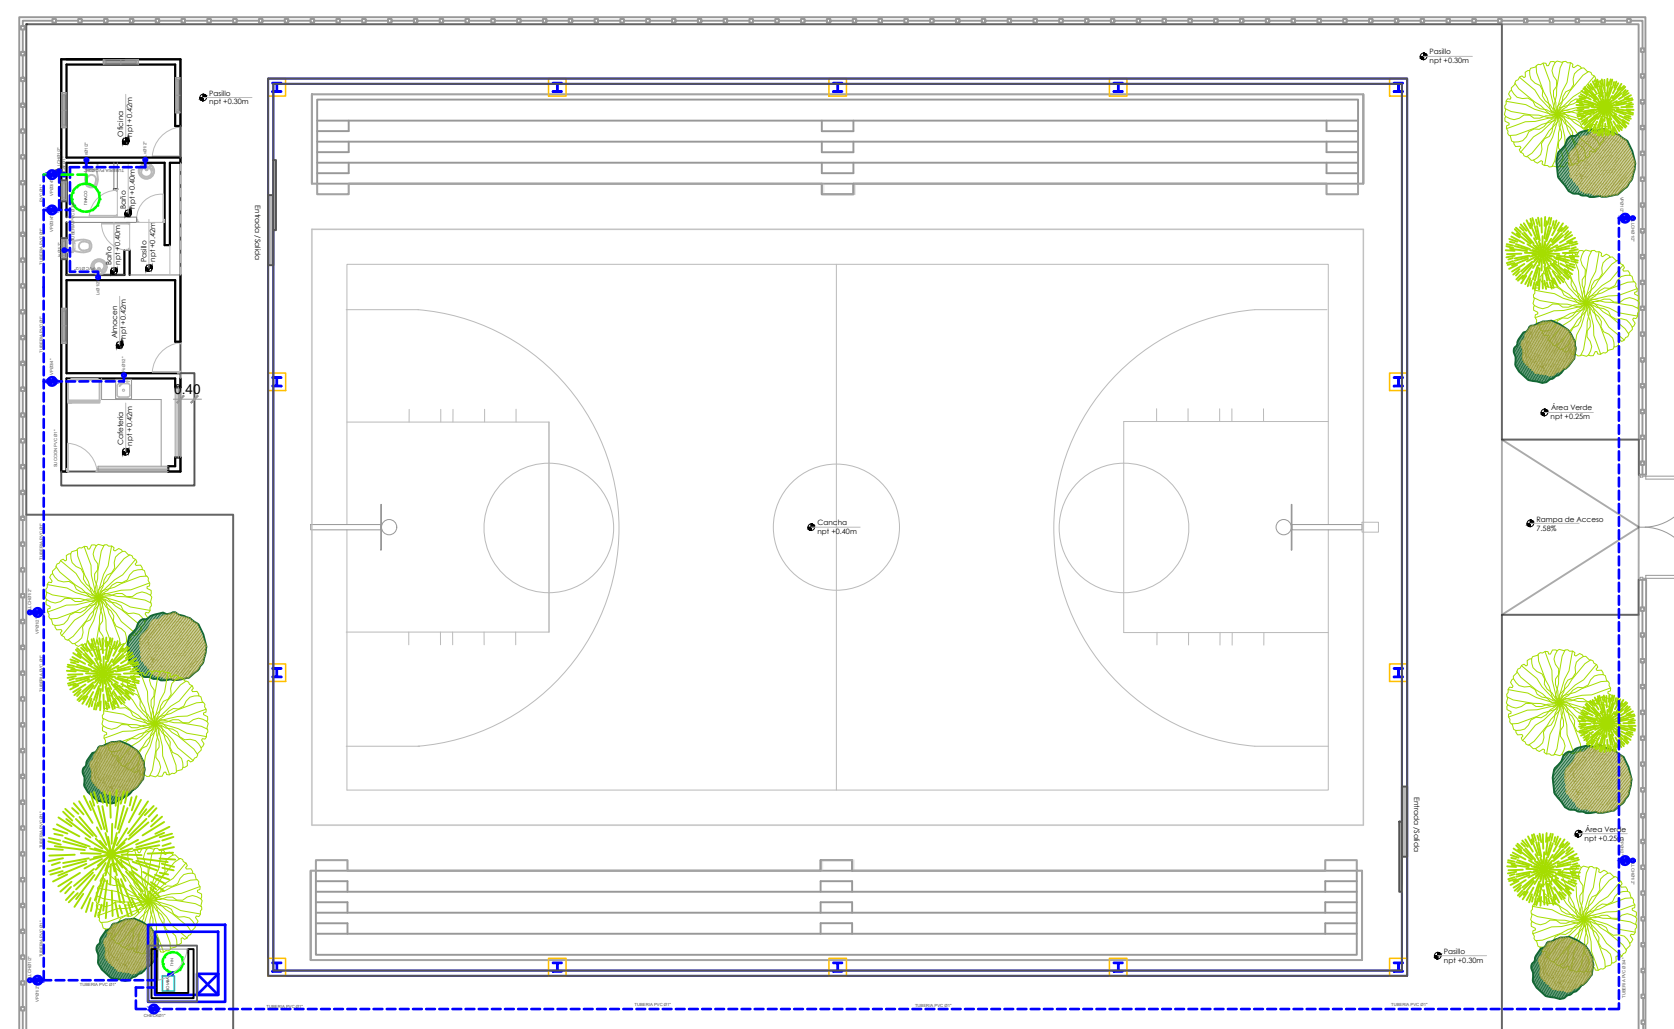

PLANTA SANITARIA POTABLE

ESC. 1:500

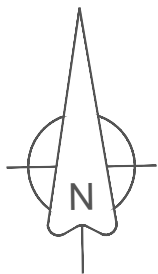

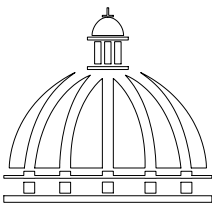

**GOBIERNO DE LA
REPÚBLICA DOMINICANA**

**DIRECCIÓN DE
DESARROLLO PROVINCIAL
DDP**

Ave. Dr. Delgado, Esq. Moises García,
Gazcue, Sto. Dgo., R.D.
TEL.: (809)-364-2189 | FAX.: (809)- 688-1665
E-Mail: info@cpadp.gob.do

PROYECTO:
**CONSTRUCCIÓN CANCHA DE
BALONCESTO 16 DE AGOSTO, SECTOR
LA JOYA, MNICIPIO SANTIAGO,
PROVINCIA SANTIAGO**

REPUBLICA DOMINICANA

- EQUIPO DE TRABAJO:
- DISEÑO ARQUITECTÓNICO**
ARQ. _____
codia 00000

ENC. INGENIERÍA
ING.FIORDALIZA BONIFACIO
codia 00000

ESTRUCTURAL
ING. _____
codia 00000

ELÉCTRICO
ING. JUAN PEREZ
codia 00000

HIDRO-SANITARIO
ING. FRANCIS ESTEVEZ
codia 00000

SELLO DE APROBACIÓN:

FECHA: _____



CONTENIDO:
**PLANTA SANITARIA
RESIDUAL**

ESCALA:
1:500

ABRIL 2026

NO. PÁGINA:



034

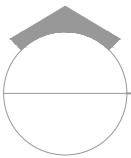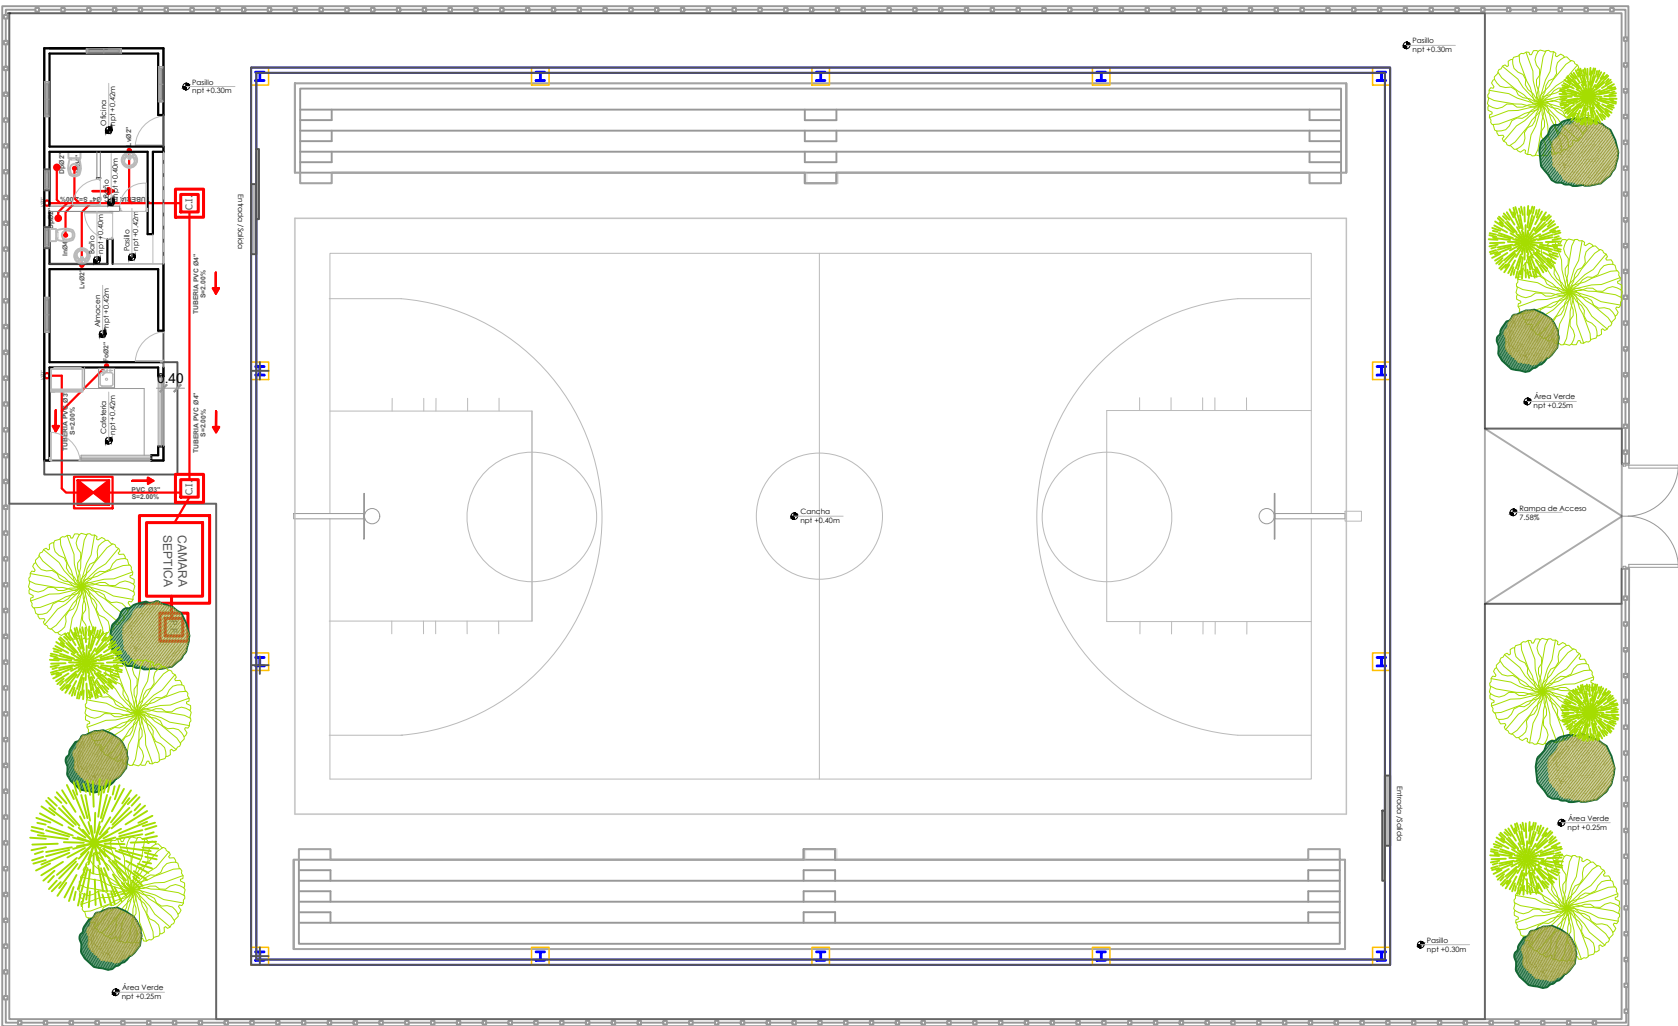


PLANTA SANITARIA RESIDUAL

ESC. 1:500

DETALLE DESAGÜE CANALETA

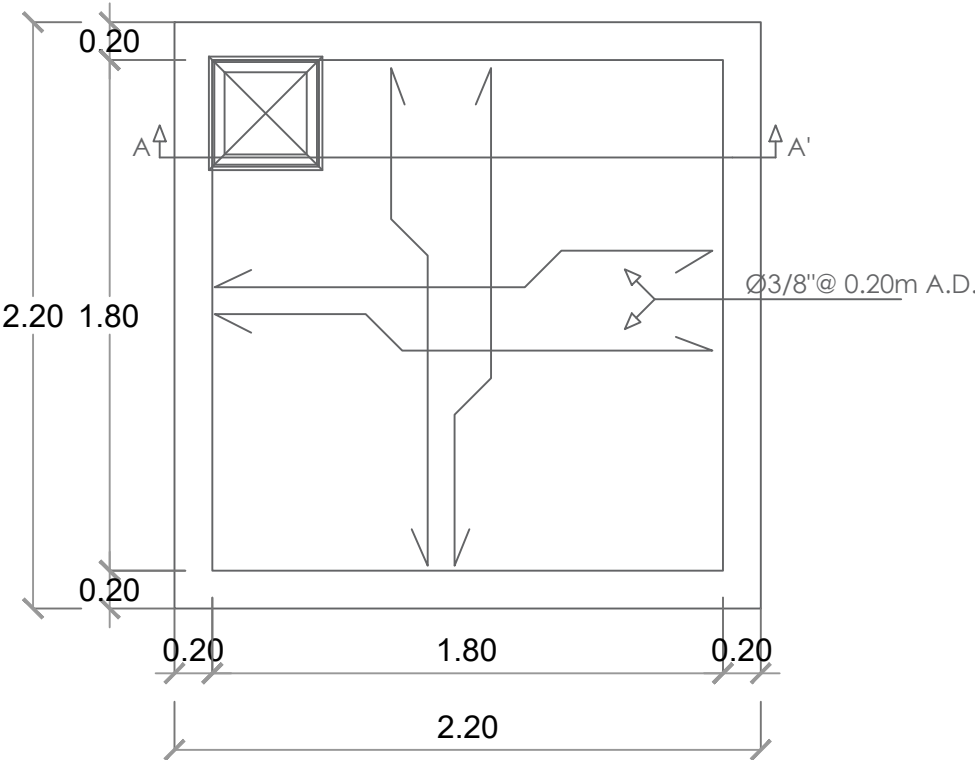
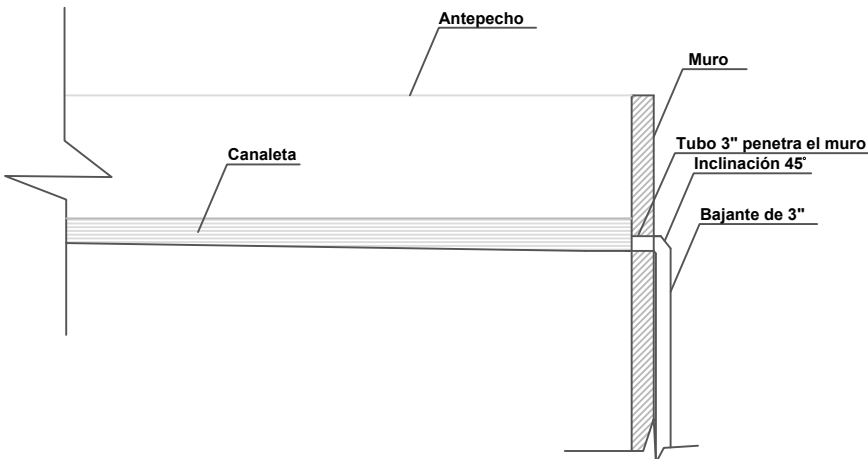


PLANTA CISTERNA

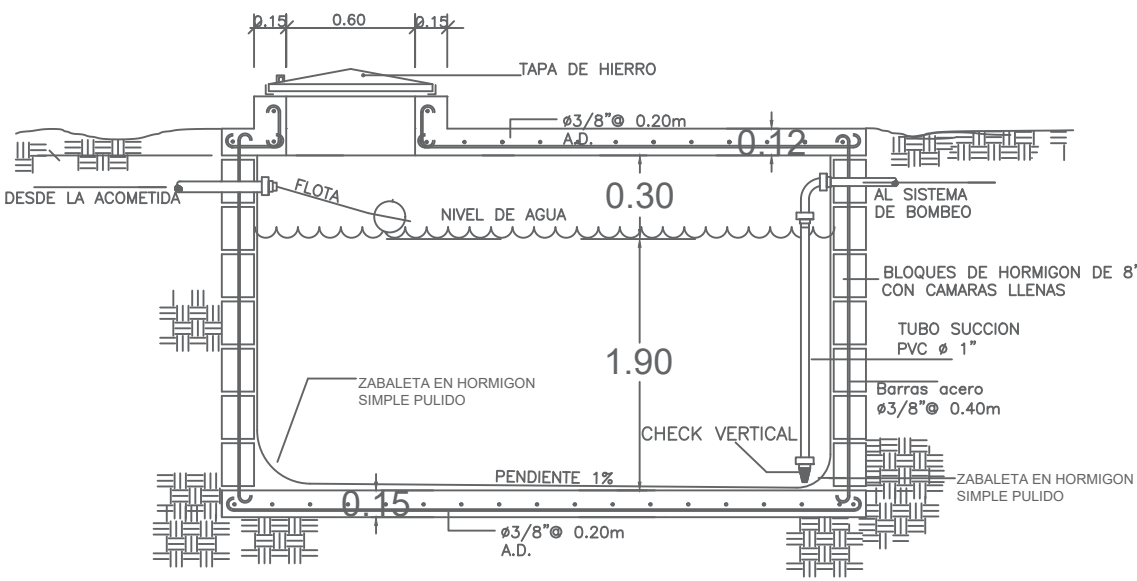


SECCION CISTERNA


DETALLE TANQUE SEPTICO DE DOS CAMARAS

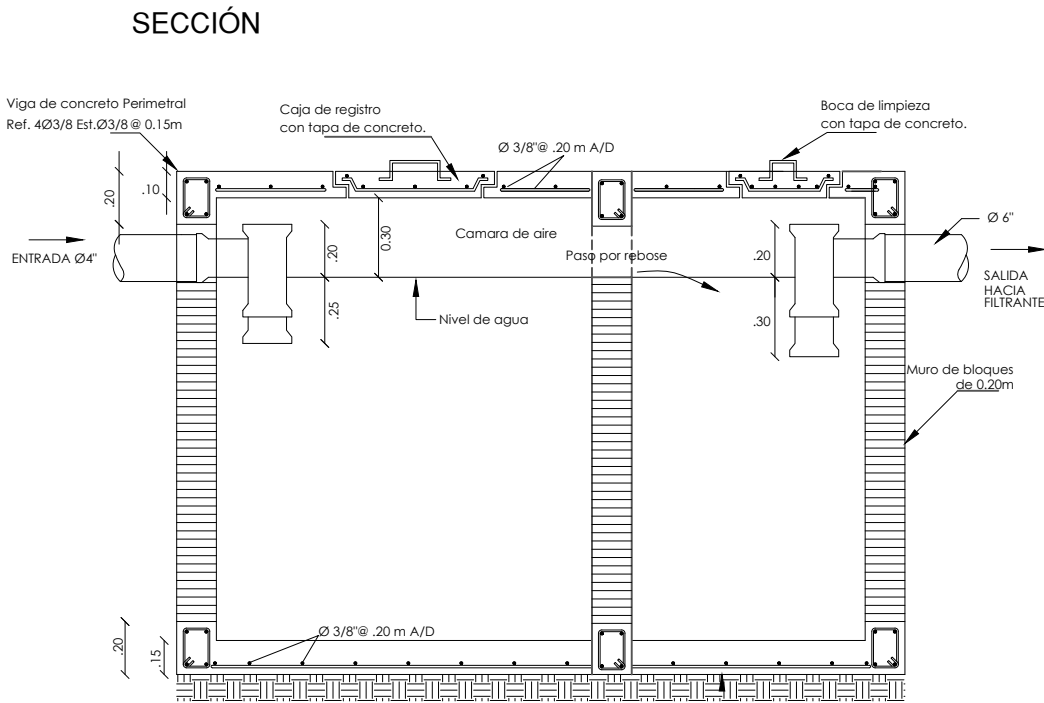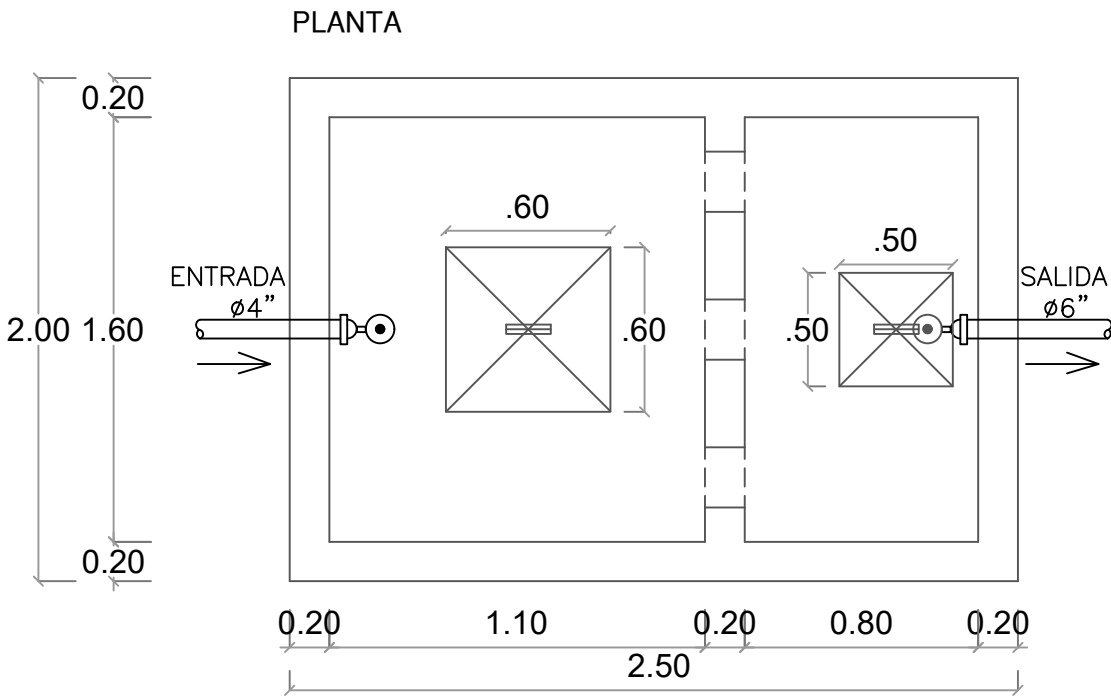


DETALLE FILTRANTE
NO ESCALA

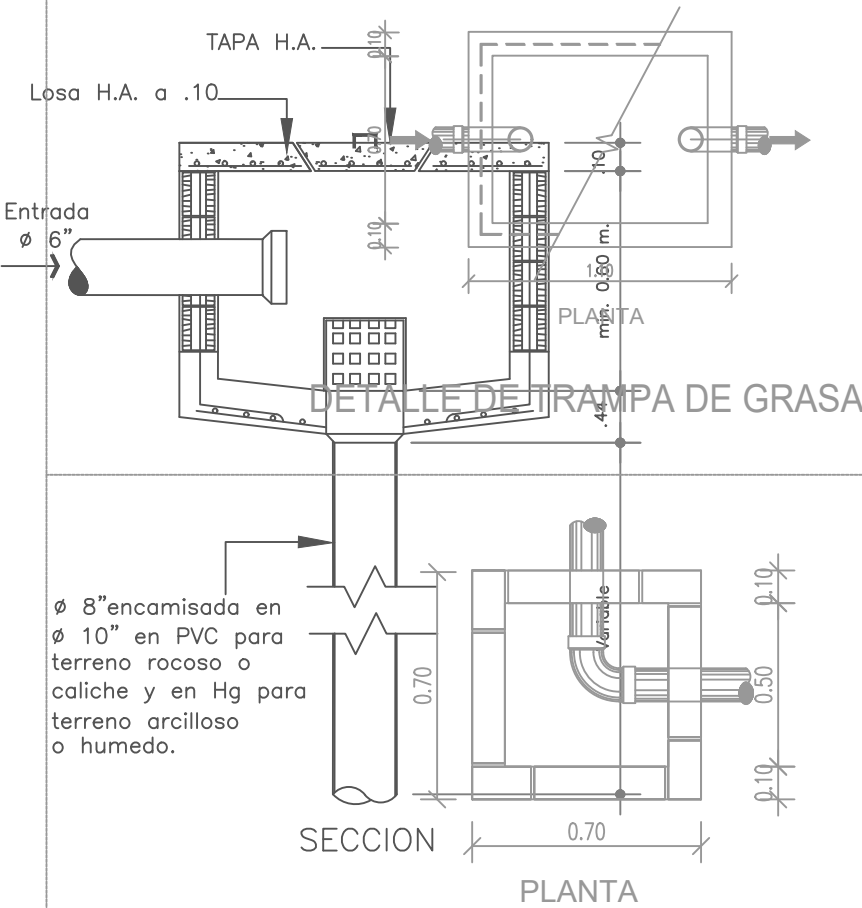

DETALLE DE TRAMPA DE GRASA

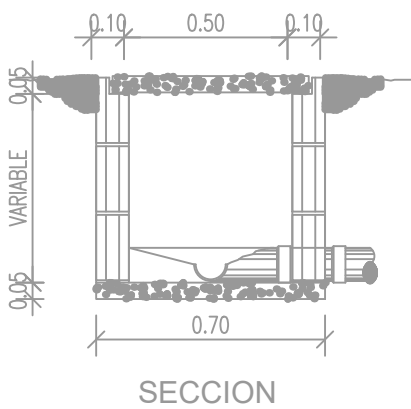

DETALLE DE REGISTRO

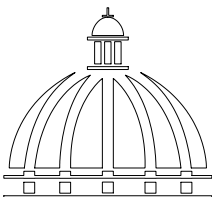

**GOBIERNO DE LA
REPÚBLICA DOMINICANA**

**DIRECCIÓN DE
DESARROLLO PROVINCIAL
DDP**

Ave. Dr. Delgado, Esq. Moises García,
Gazcue, Sto. Dgo., R.D.
TEL.: (809)-364-2189 | FAX.: (809)- 688-1665
E-Mail: info@cpadp.gob.do

PROYECTO:
**CONSTRUCCIÓN CANCHA DE
BALONCESTO 16 DE AGOSTO, SECTOR
LA JOYA, MNICIPIO SANTIAGO,
PROVINCIA SANTIAGO**
REPUBLICA DOMINICANA

- EQUIPO DE TRABAJO:
- DISEÑO ARQUITECTÓNICO**
ARQ. _____
codia 00000
- ENC. INGENIERÍA**
ING.FIORDALIZA BONIFACIO
codia 00000
- ESTRUCTURAL**
ING. _____
codia 00000
- ELÉCTRICO**
ING. JUAN PEREZ
codia 00000
- HIDRO-SANITARIO**
ING. FRANCIS ESTEVEZ
codia 00000

SELLO DE APROBACIÓN:


FECHA: _____

CONTENIDO:
DETALLES SANITARIOS


ESCALA:
1:50

ABRIL 2026


NO. PÁGINA:

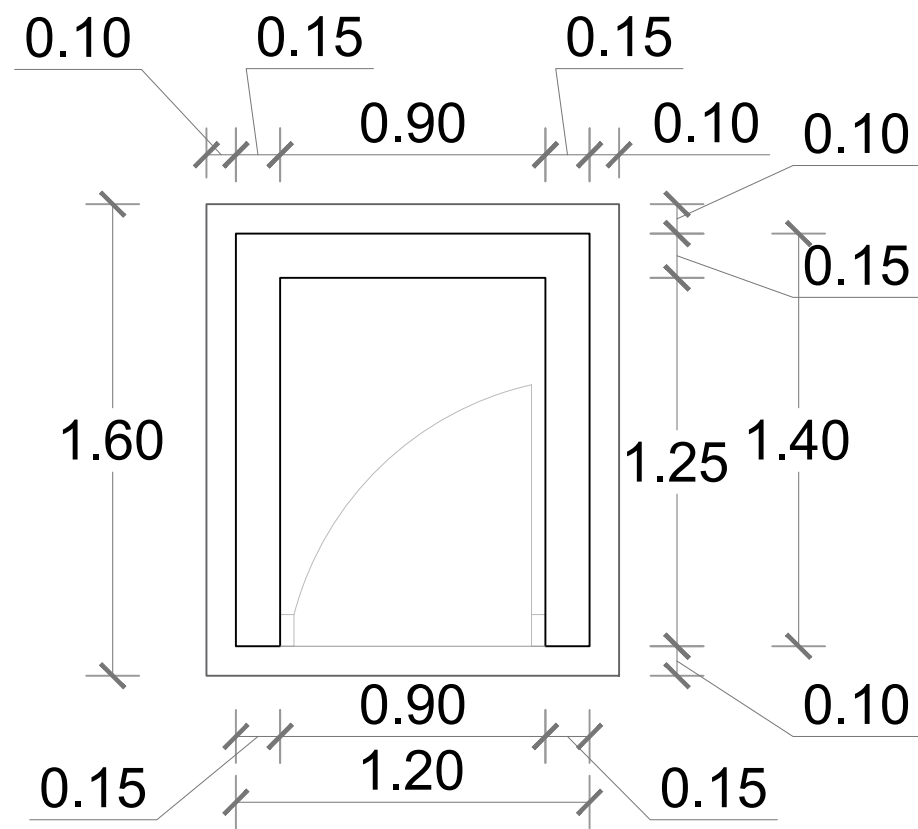


PLANTA-CASETA DE BOMBA
ESC. 1:25

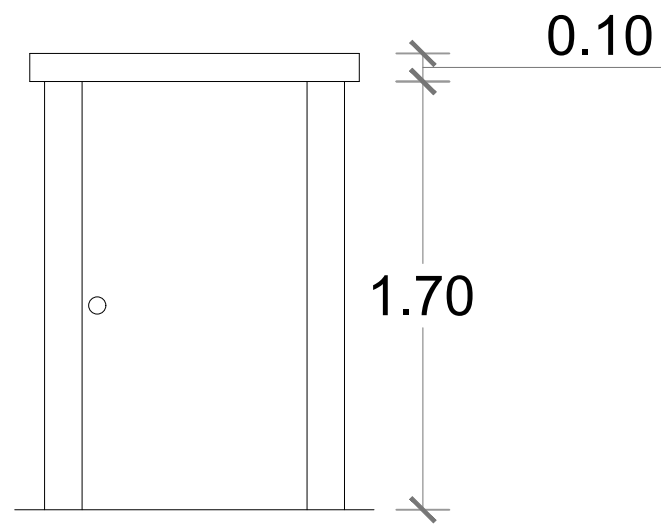


ELEVACIÓN FRONTAL
ESC. 1:25

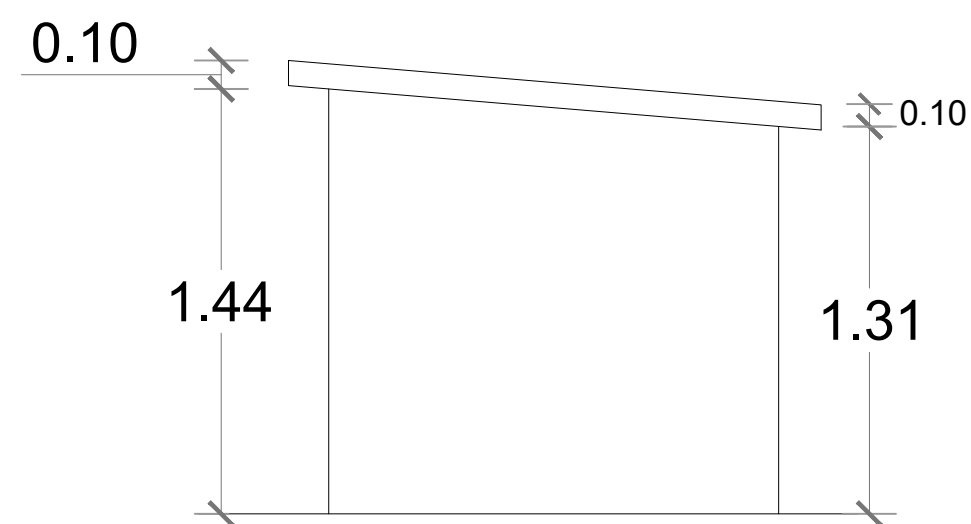


ELEVACIÓN LATERAL DERECHA
ESC. 1:25

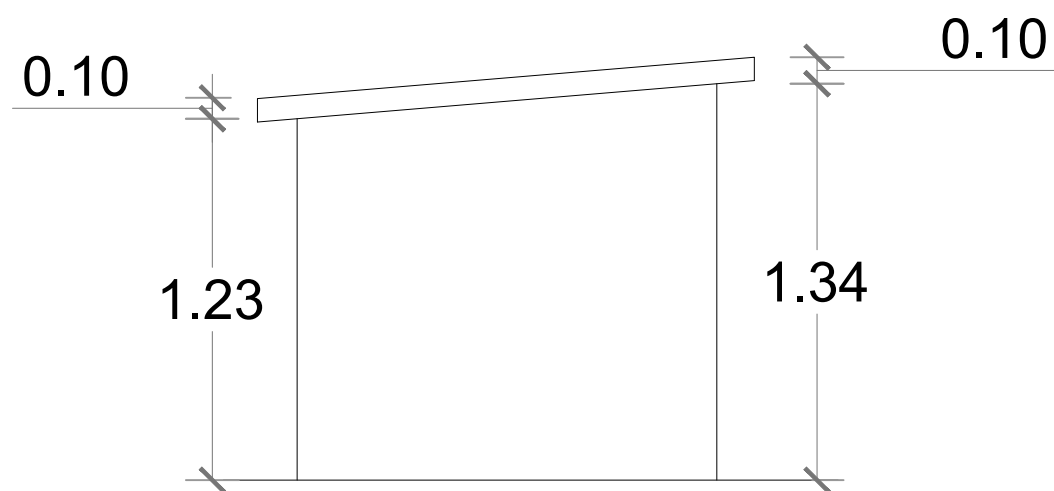

ELEVACIÓN LATERAL IZQUIERDA
ESC. 1:25

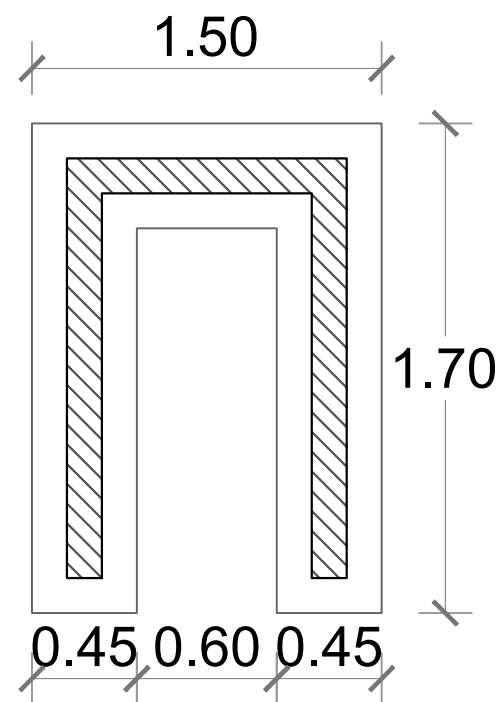


PLANTA DE CIMIENTOS
ESC. 1:25

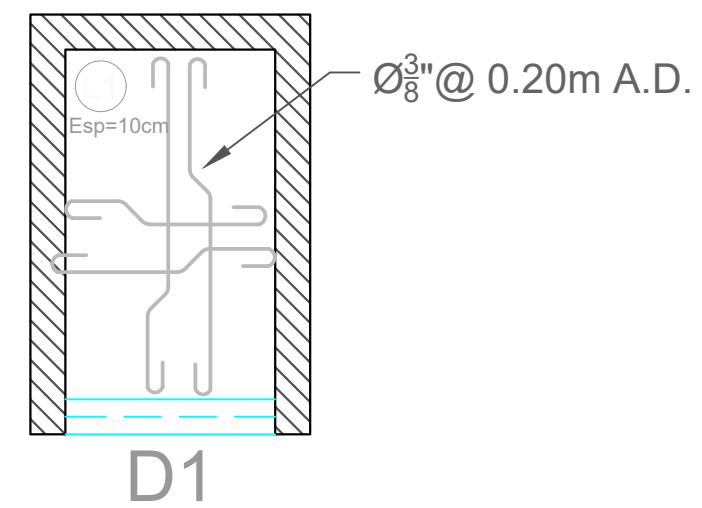

ESTRUCTURA TECHO
ESC. 1:25

DETALLE CASETA DE BOMBA
1:25

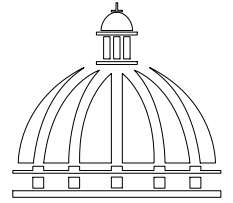

GOBIERNO DE LA
REPÚBLICA DOMINICANA

DIRECCIÓN DE
DESARROLLO PROVINCIAL
DDP

Ave. Dr. Delgado, Esq. Moises García,
Gazcue, Sto. Dgo., R.D.
TEL.: (809)-364-2189 | FAX.: (809)- 688-1665
E-Mail: info@cpadp.gob.do

PROYECTO:
CONSTRUCCIÓN CANCHA DE
BALONCESTO 16 DE AGOSTO, SECTOR
LA JOYA, MNICIPIO SANTIAGO,
PROVINCIA SANTIAGO
REPUBLICA DOMINICANA

EQUIPO DE TRABAJO:

DISEÑO ARQUITECTÓNICO
ARQ. _____
codia 00000

ENC. INGENIERÍA
ING.FIORDALIZA BONIFACIO
codia 00000

ESTRUCTURAL
ING. _____
codia 00000

ELÉCTRICO
ING. JUAN PEREZ
codia 00000

HIDRO-SANITARIO
ING. FRANCIS ESTEVEZ
codia 00000

SELLO DE APROBACIÓN:

FECHA: _____

CONTENIDO:

CASETA DE BOMBA



ESCALA:

1:25

ABRIL 2026

NO. PÁGINA:

036

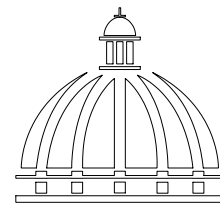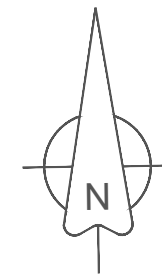

GOBIERNO DE LA
REPÚBLICA DOMINICANA

DIRECCIÓN DE
DESARROLLO PROVINCIAL
DDP

Ave. Dr. Delgado, Esq. Moises García,
Gazcue, Sto. Dgo., R.D.
TEL.: (809)-364-2189 | FAX.: (809)- 688-1665
E-Mail: info@cpadp.gob.do

PROYECTO:
CONSTRUCCIÓN CANCHA DE
BALONCESTO 16 DE AGOSTO, SECTOR
LA JOYA, MNICPIO SANTIAGO,
PROVINCIA SANTIAGO
REPUBLICA DOMINICANA

EQUIPO DE TRABAJO:

DISEÑO ARQUITECTÓNICO
ARQ. _____
codia 00000

ENC. INGENIERÍA
ING.FIORDALIZA BONIFACIO
codia 00000

ESTRUCTURAL
ING. _____
codia 00000

ELÉCTRICO
ING. JUAN PEREZ
codia 00000

HIDRO-SANITARIO
ING. FRANCIS ESTEVEZ
codia 00000

SELLO DE APROBACIÓN:

FECHA: _____

CONTENIDO:

**PLANTA DE
CIMENTOS**





ESCALA:

1:500

ABRIL 2026

NO. PÁGINA:

037

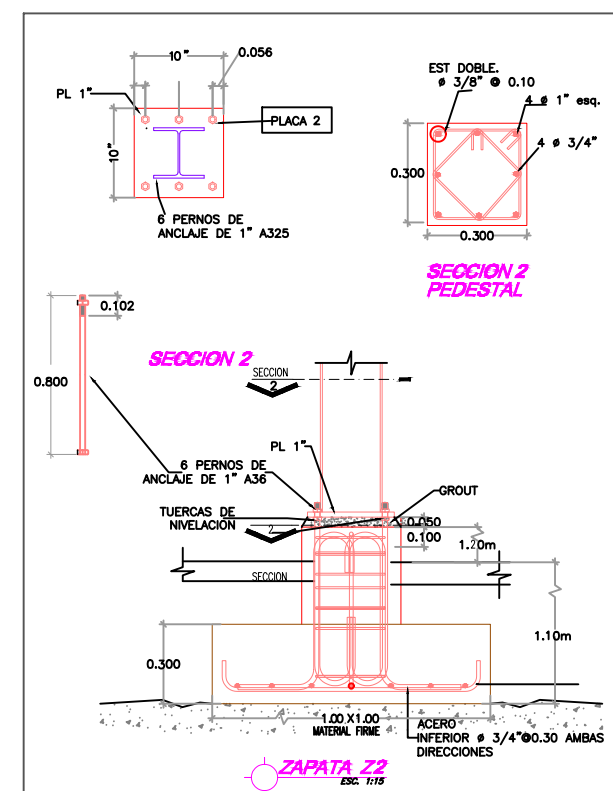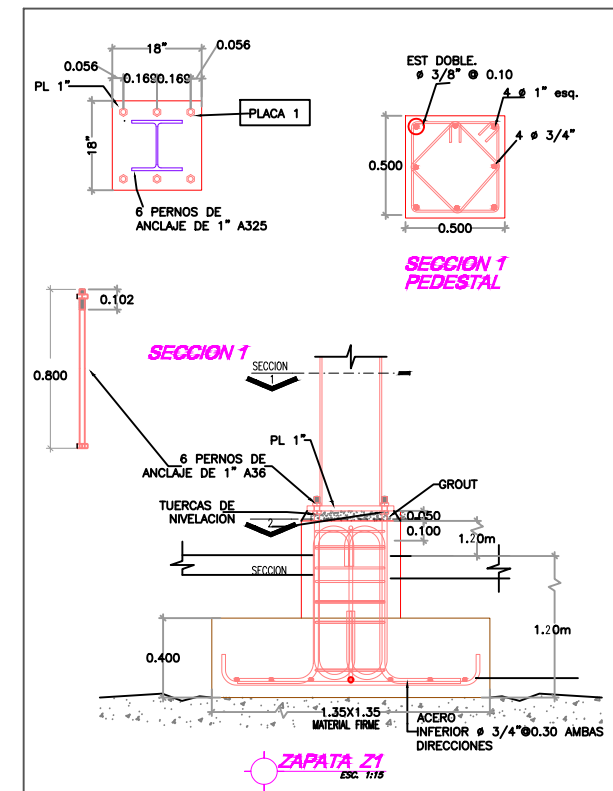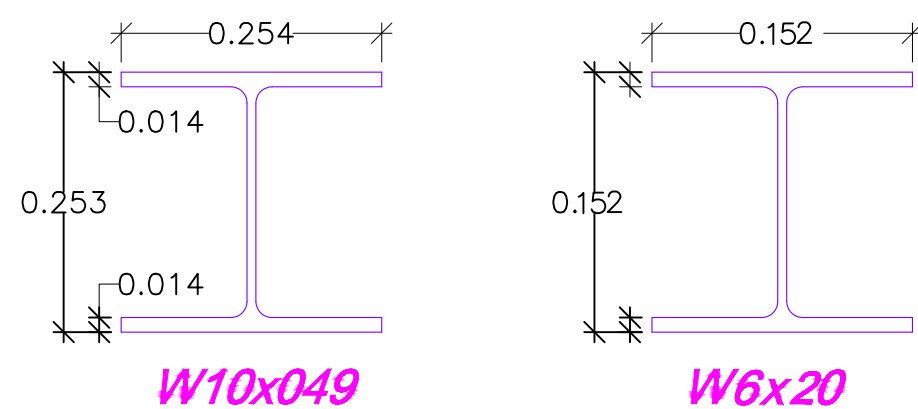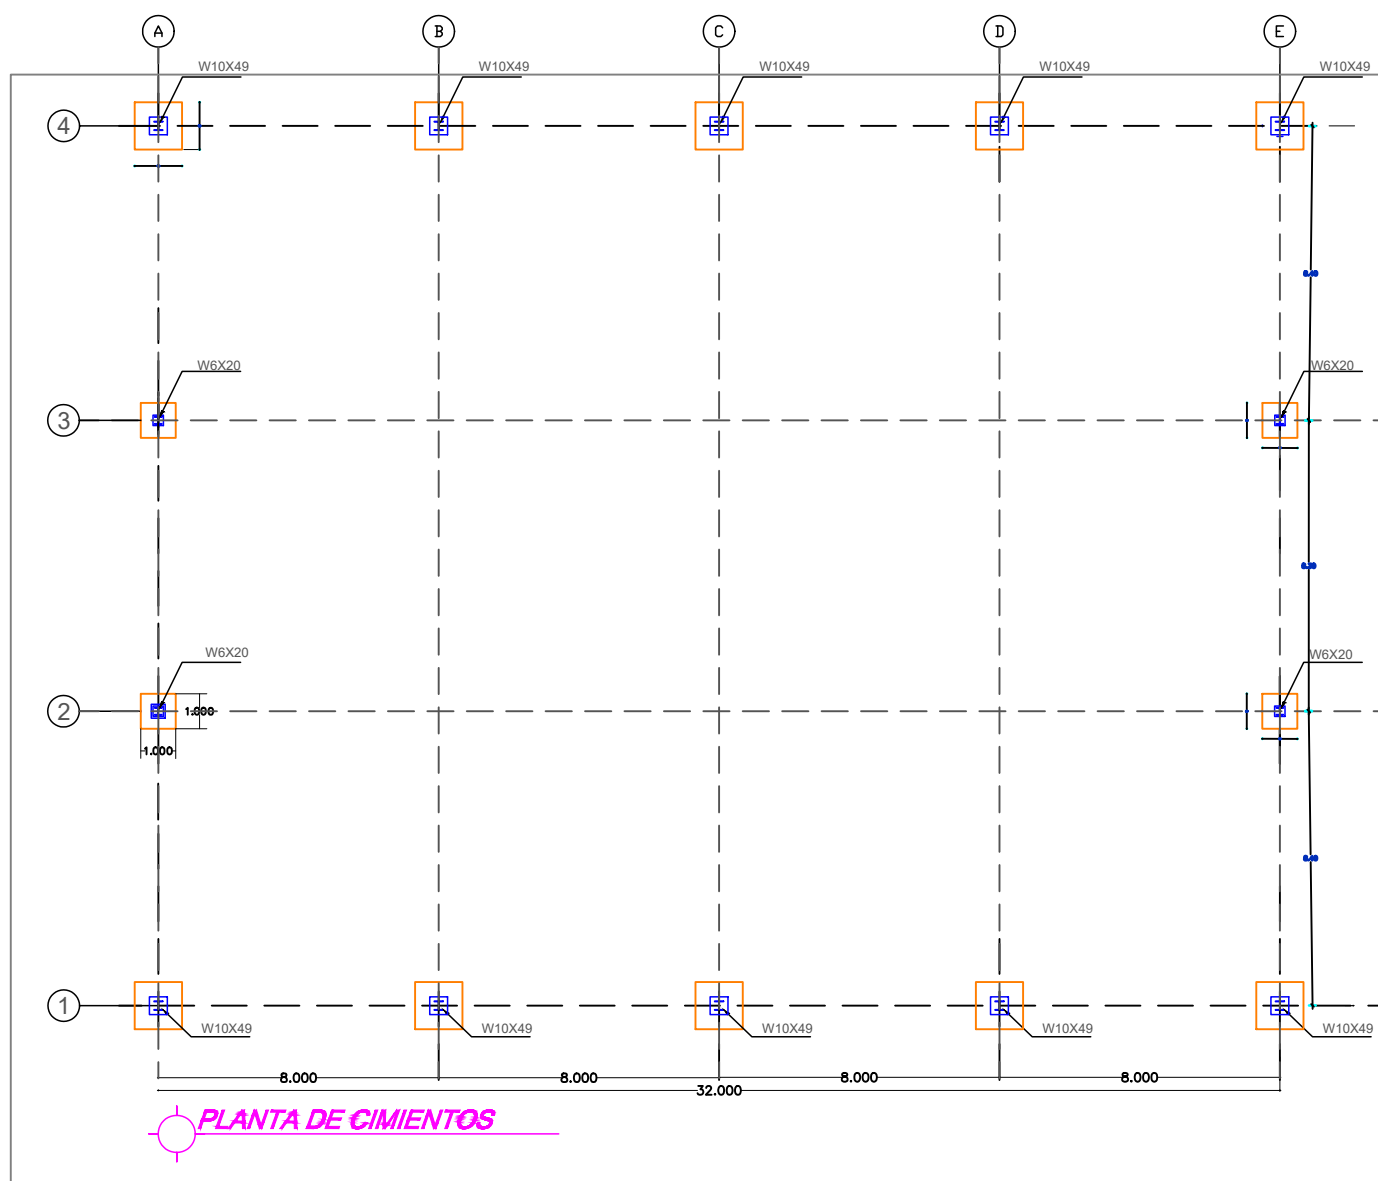

PROYECTO:
**CONSTRUCCIÓN CANCHA DE
BALONCESTO 16 DE AGOSTO, SECTOR
LA JOYA, MNICIPIO SANTIAGO,
PROVINCIA SANTIAGO**
REPUBLICA DOMINICANA

EQUIPO DE TRABAJO:

DISEÑO ARQUITECTÓNICO
ARQ. _____
codia 00000

ENC. INGENIERÍA
ING.FIORDALIZA BONIFACIO
codia 00000

ESTRUCTURAL
ING. _____
codia 00000

ELÉCTRICO
ING. JUAN PEREZ
codia 00000

HIDRO-SANITARIO
ING. FRANCIS ESTEVEZ
codia 00000

SELLO DE APROBACIÓN:





FECHA: _____

CONTENIDO:
DETALLES ESTRUCTURALES



ESCALA:
1:100

ABRIL 2026


NO. PÁGINA:
038

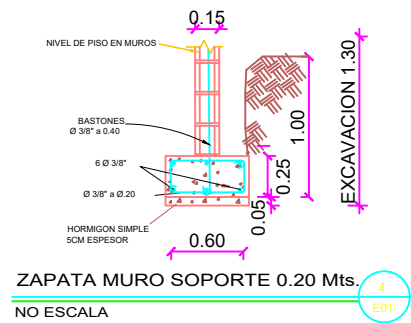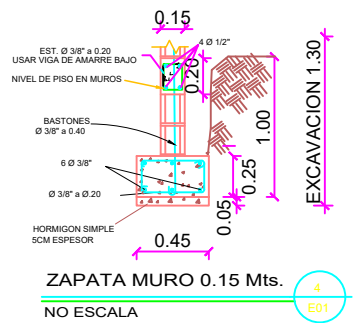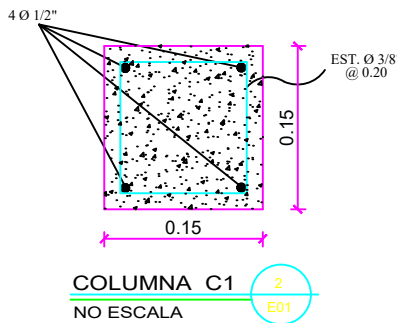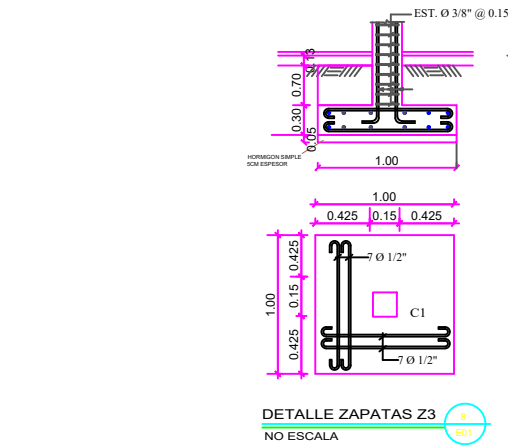



DETALLE REFUERZO VERTICAL






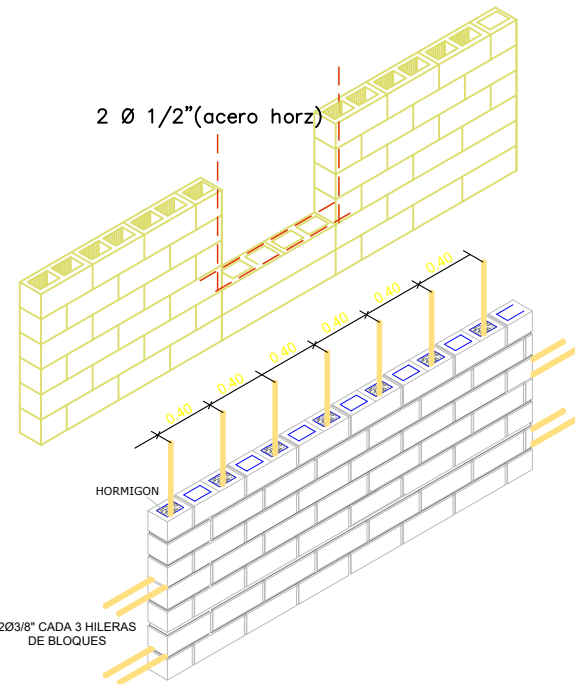
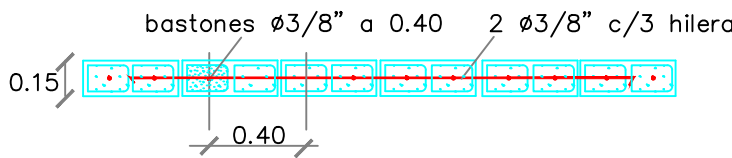


DETALLE REFUERZO HORIZONTAL

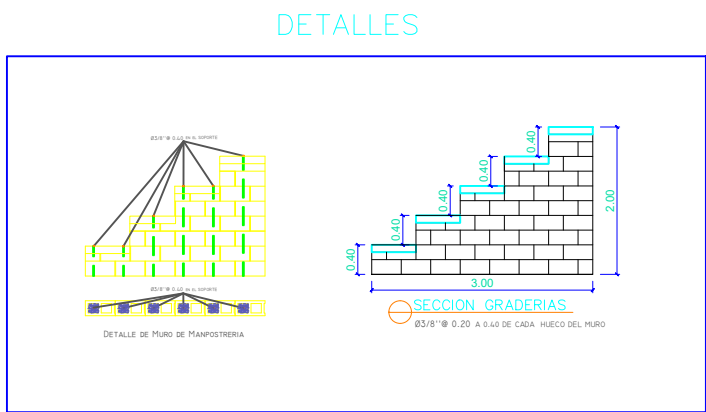

**DETALLE REFUERZO VERTICAL
EN LAS INTERSECCIONES DE LOS MUROS.**

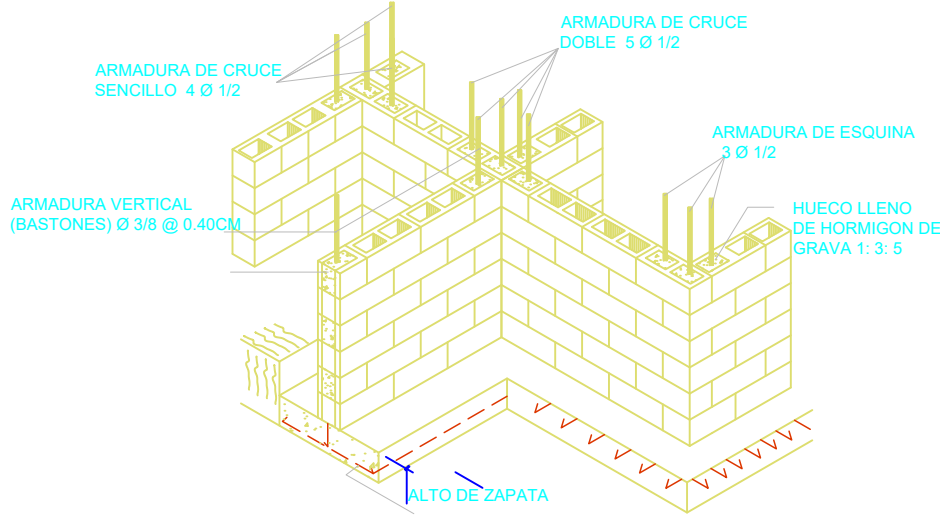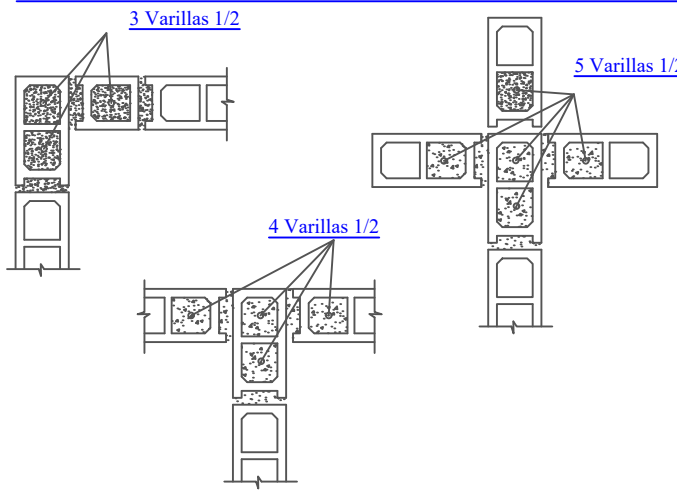

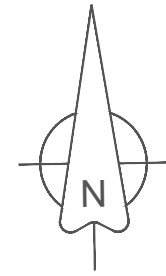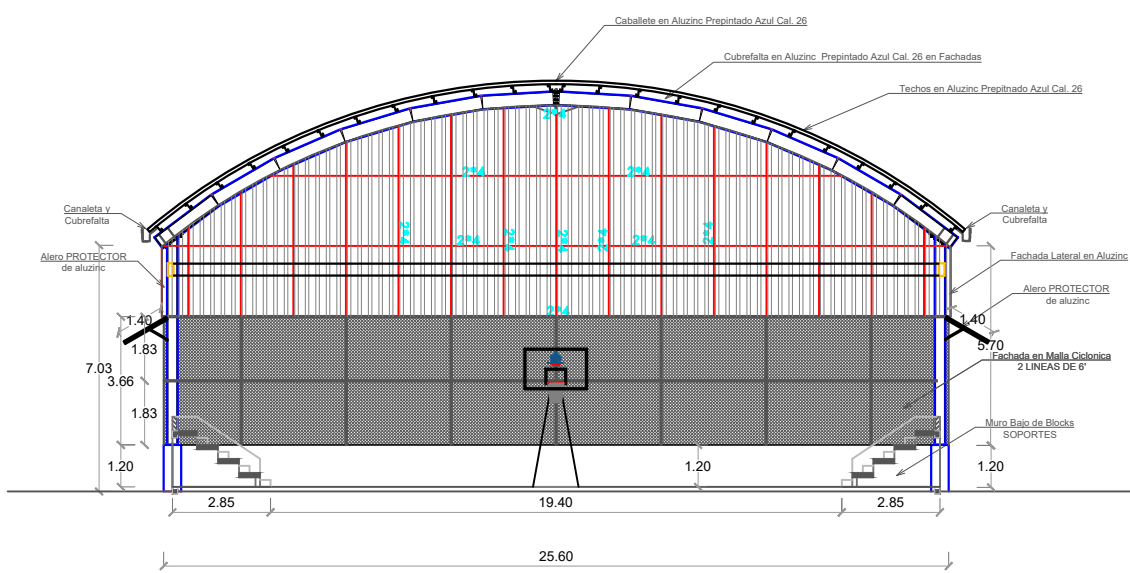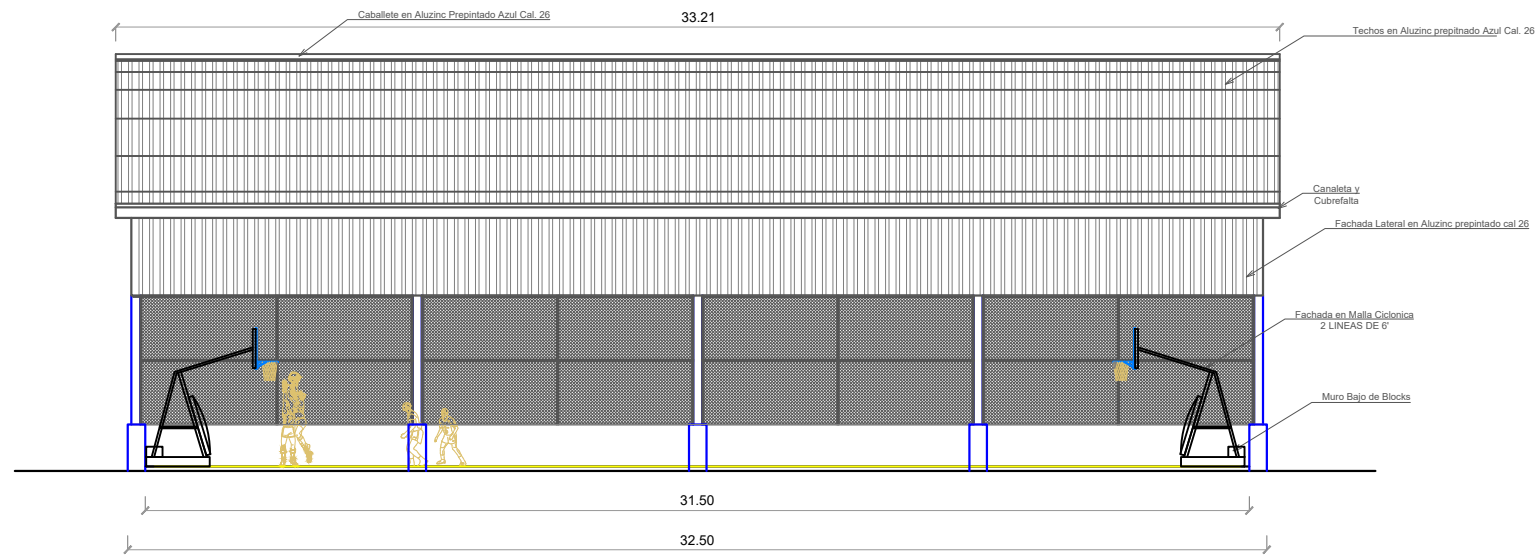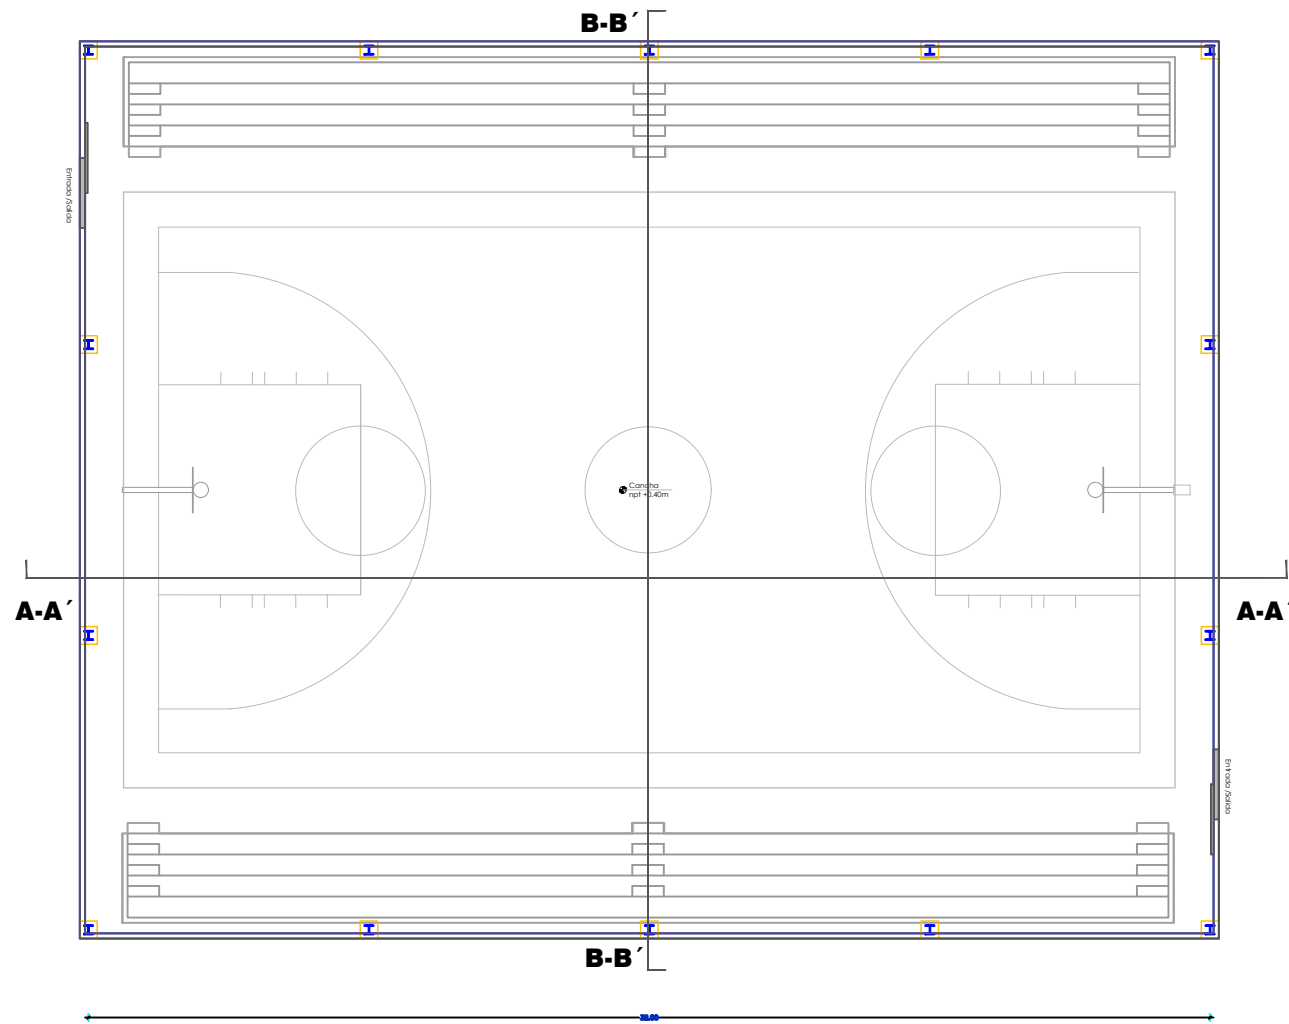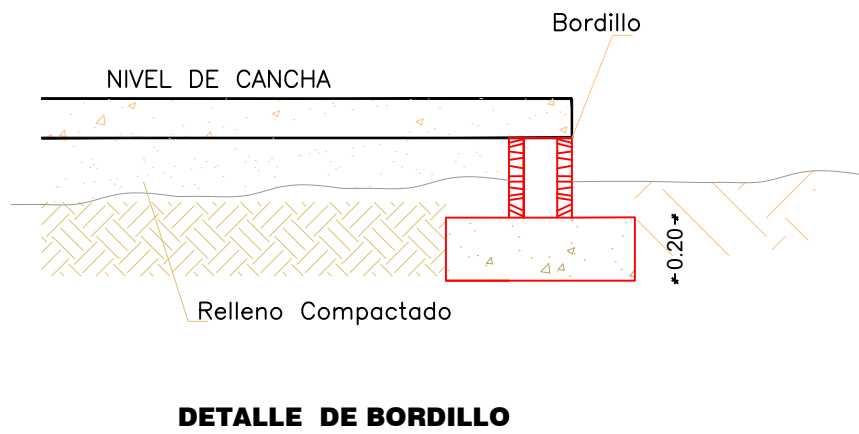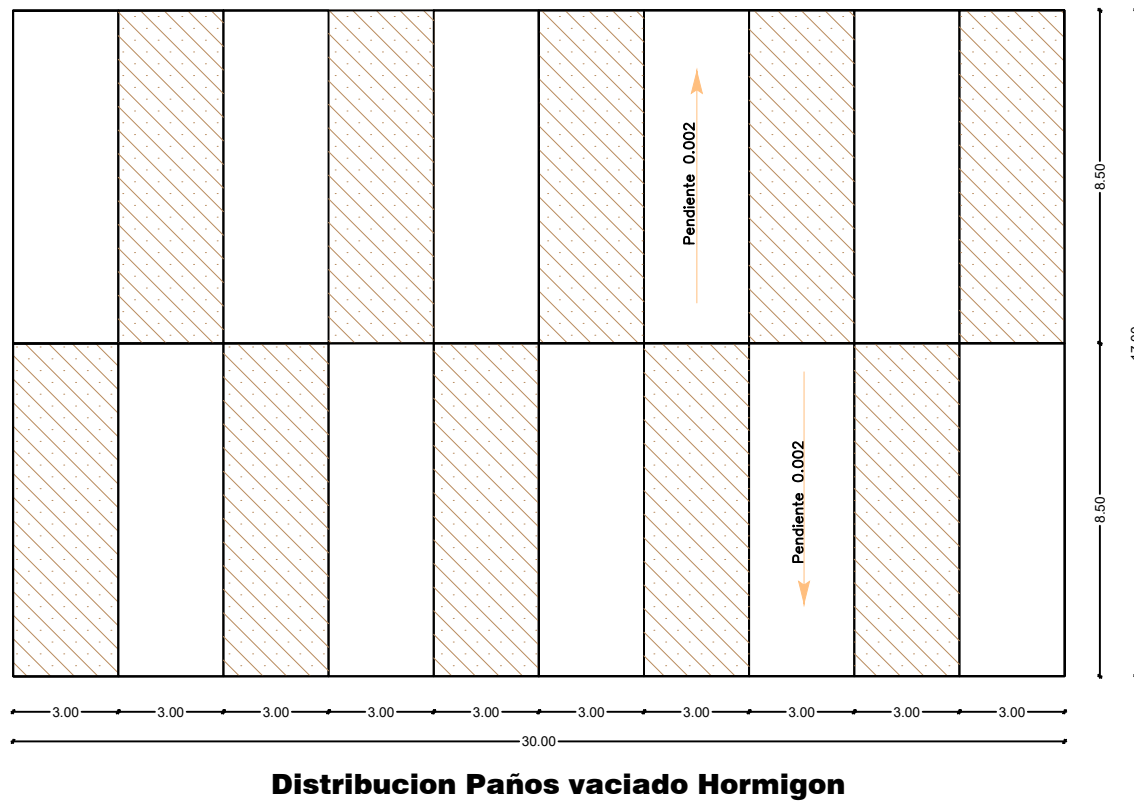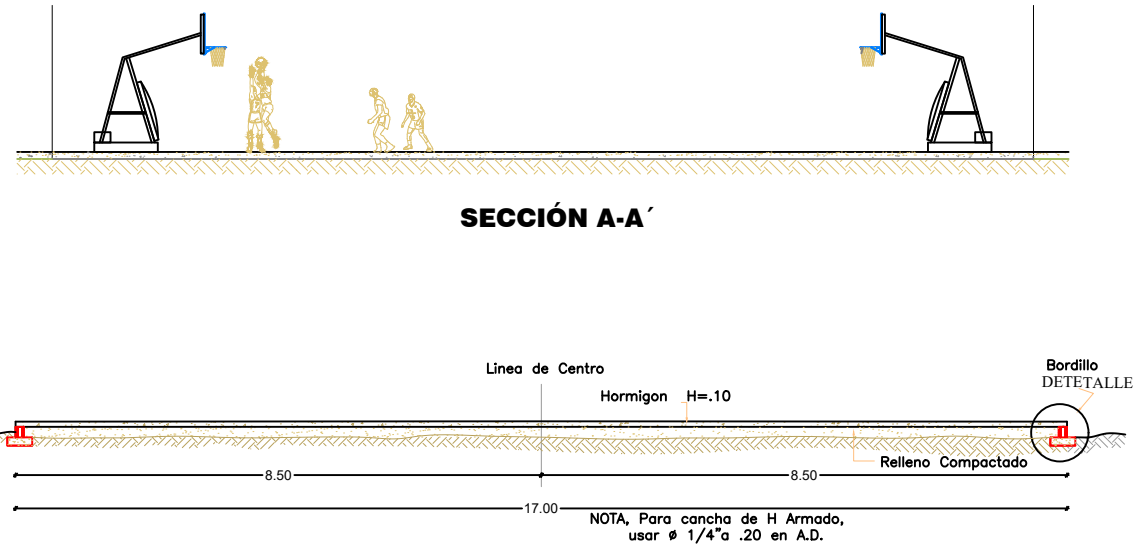

DIRECCIÓN DE
DESARROLLO PROVINCIAL
DDP

Ave. Dr. Delgado, Esq. Moises García,
Gazcue, Sto. Dgo., R.D.
TEL.: (809)-364-2189 | FAX.: (809)- 688-1665
E-Mail: info@cpadp.gob.do

PROYECTO:
CONSTRUCCIÓN CANCHA DE
BALONCESTO 16 DE AGOSTO, SECTOR
LA JOYA, MNICIPIO SANTIAGO,
PROVINCIA SANTIAGO
REPUBLICA DOMINICANA

EQUIPO DE TRABAJO:

DISEÑO ARQUITECTÓNICO
ARQ. _____
codia 00000

ENC. INGENIERÍA
ING.FIORDALIZA BONIFACIO
codia 00000

ESTRUCTURAL
ING. _____
codia 00000

ELÉCTRICO
ING. JUAN PEREZ
codia 00000

HIDRO-SANITARIO
ING. FRANCIS ESTEVEZ
codia 00000

SELLO DE APROBACIÓN:


FECHA: _____

CONTENIDO:
PLANTA DE
CIMENTOS

ESCALA:
1:500

ABRIL 2026

NO. PÁGINA:
039

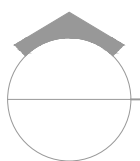

PLANTA DE CIMENTOS /DETALLE EST.

ESC. 1:500

PROYECTO:
**CONSTRUCCIÓN CANCHA DE
BALONCESTO 16 DE AGOSTO, SECTOR
LA JOYA, MNICIPIO SANTIAGO,
PROVINCIA SANTIAGO**
REPUBLICA DOMINICANA

EQUIPO DE TRABAJO:

DISEÑO ARQUITECTÓNICO
ARQ. _____
codia 00000

ENC. INGENIERÍA
ING.FIORDALIZA BONIFACIO
codia 00000

ESTRUCTURAL
ING. _____
codia 00000

ELÉCTRICO
ING. JUAN PEREZ
codia 00000

HIDRO-SANITARIO
ING. FRANCIS ESTEVEZ
codia 00000

SELLO DE APROBACIÓN:

FECHA: _____

CONTENIDO:
**PLANTA DE
CIMIENTOS**

ESCALA:
1:500

ABRIL 2026

NO. PÁGINA:

040

