


PROYECTO:

**CONSTRUCCIÓN CAMPO DE BÉISBOL HERMANOS OLIVO
MUNICIPIO MONTE CRISTI, PROVINCIA MONTE CRISTI**

REPUBLICA DOMINICANA

Septiembre 2026

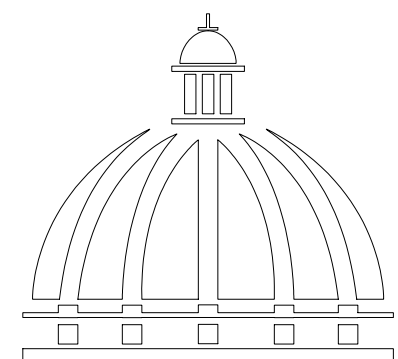

**GOBIERNO DE LA
REPÚBLICA DOMINICANA**

PROYECTO:

**CONSTRUCCIÓN CAMPO DE
BÉISBOL HERMANOS OLIVO
MUNICIPIO MONTE CRISTI,
PROVINCIA MONTE CRISTI**

EQUIPO DE TRABAJO:

DISEÑO ARQUITECTÓNICO
ARQ.

codia 00000

ENC. INGENIERÍA
ING. FIOR DALIZA BONIFACIO
codia 00000

ESTRUCTURAL
ING. Leopoldo Berroa
codia 00000

ELÉCTRICO
ING. Juan Pérez
codia 00000

HIDRO-SANITARIO
ING. Francis Estévez
codia 00000

SELLO DE APROBACIÓN:

FECHA: _____


CONTENIDO:
**PLANTA ARQUITECTONICA
DE CONJUNTO
PLAY DE BEISBOL**

ESCALA:
1:500

Septiembre 2026

NO. PÁGINA:

001

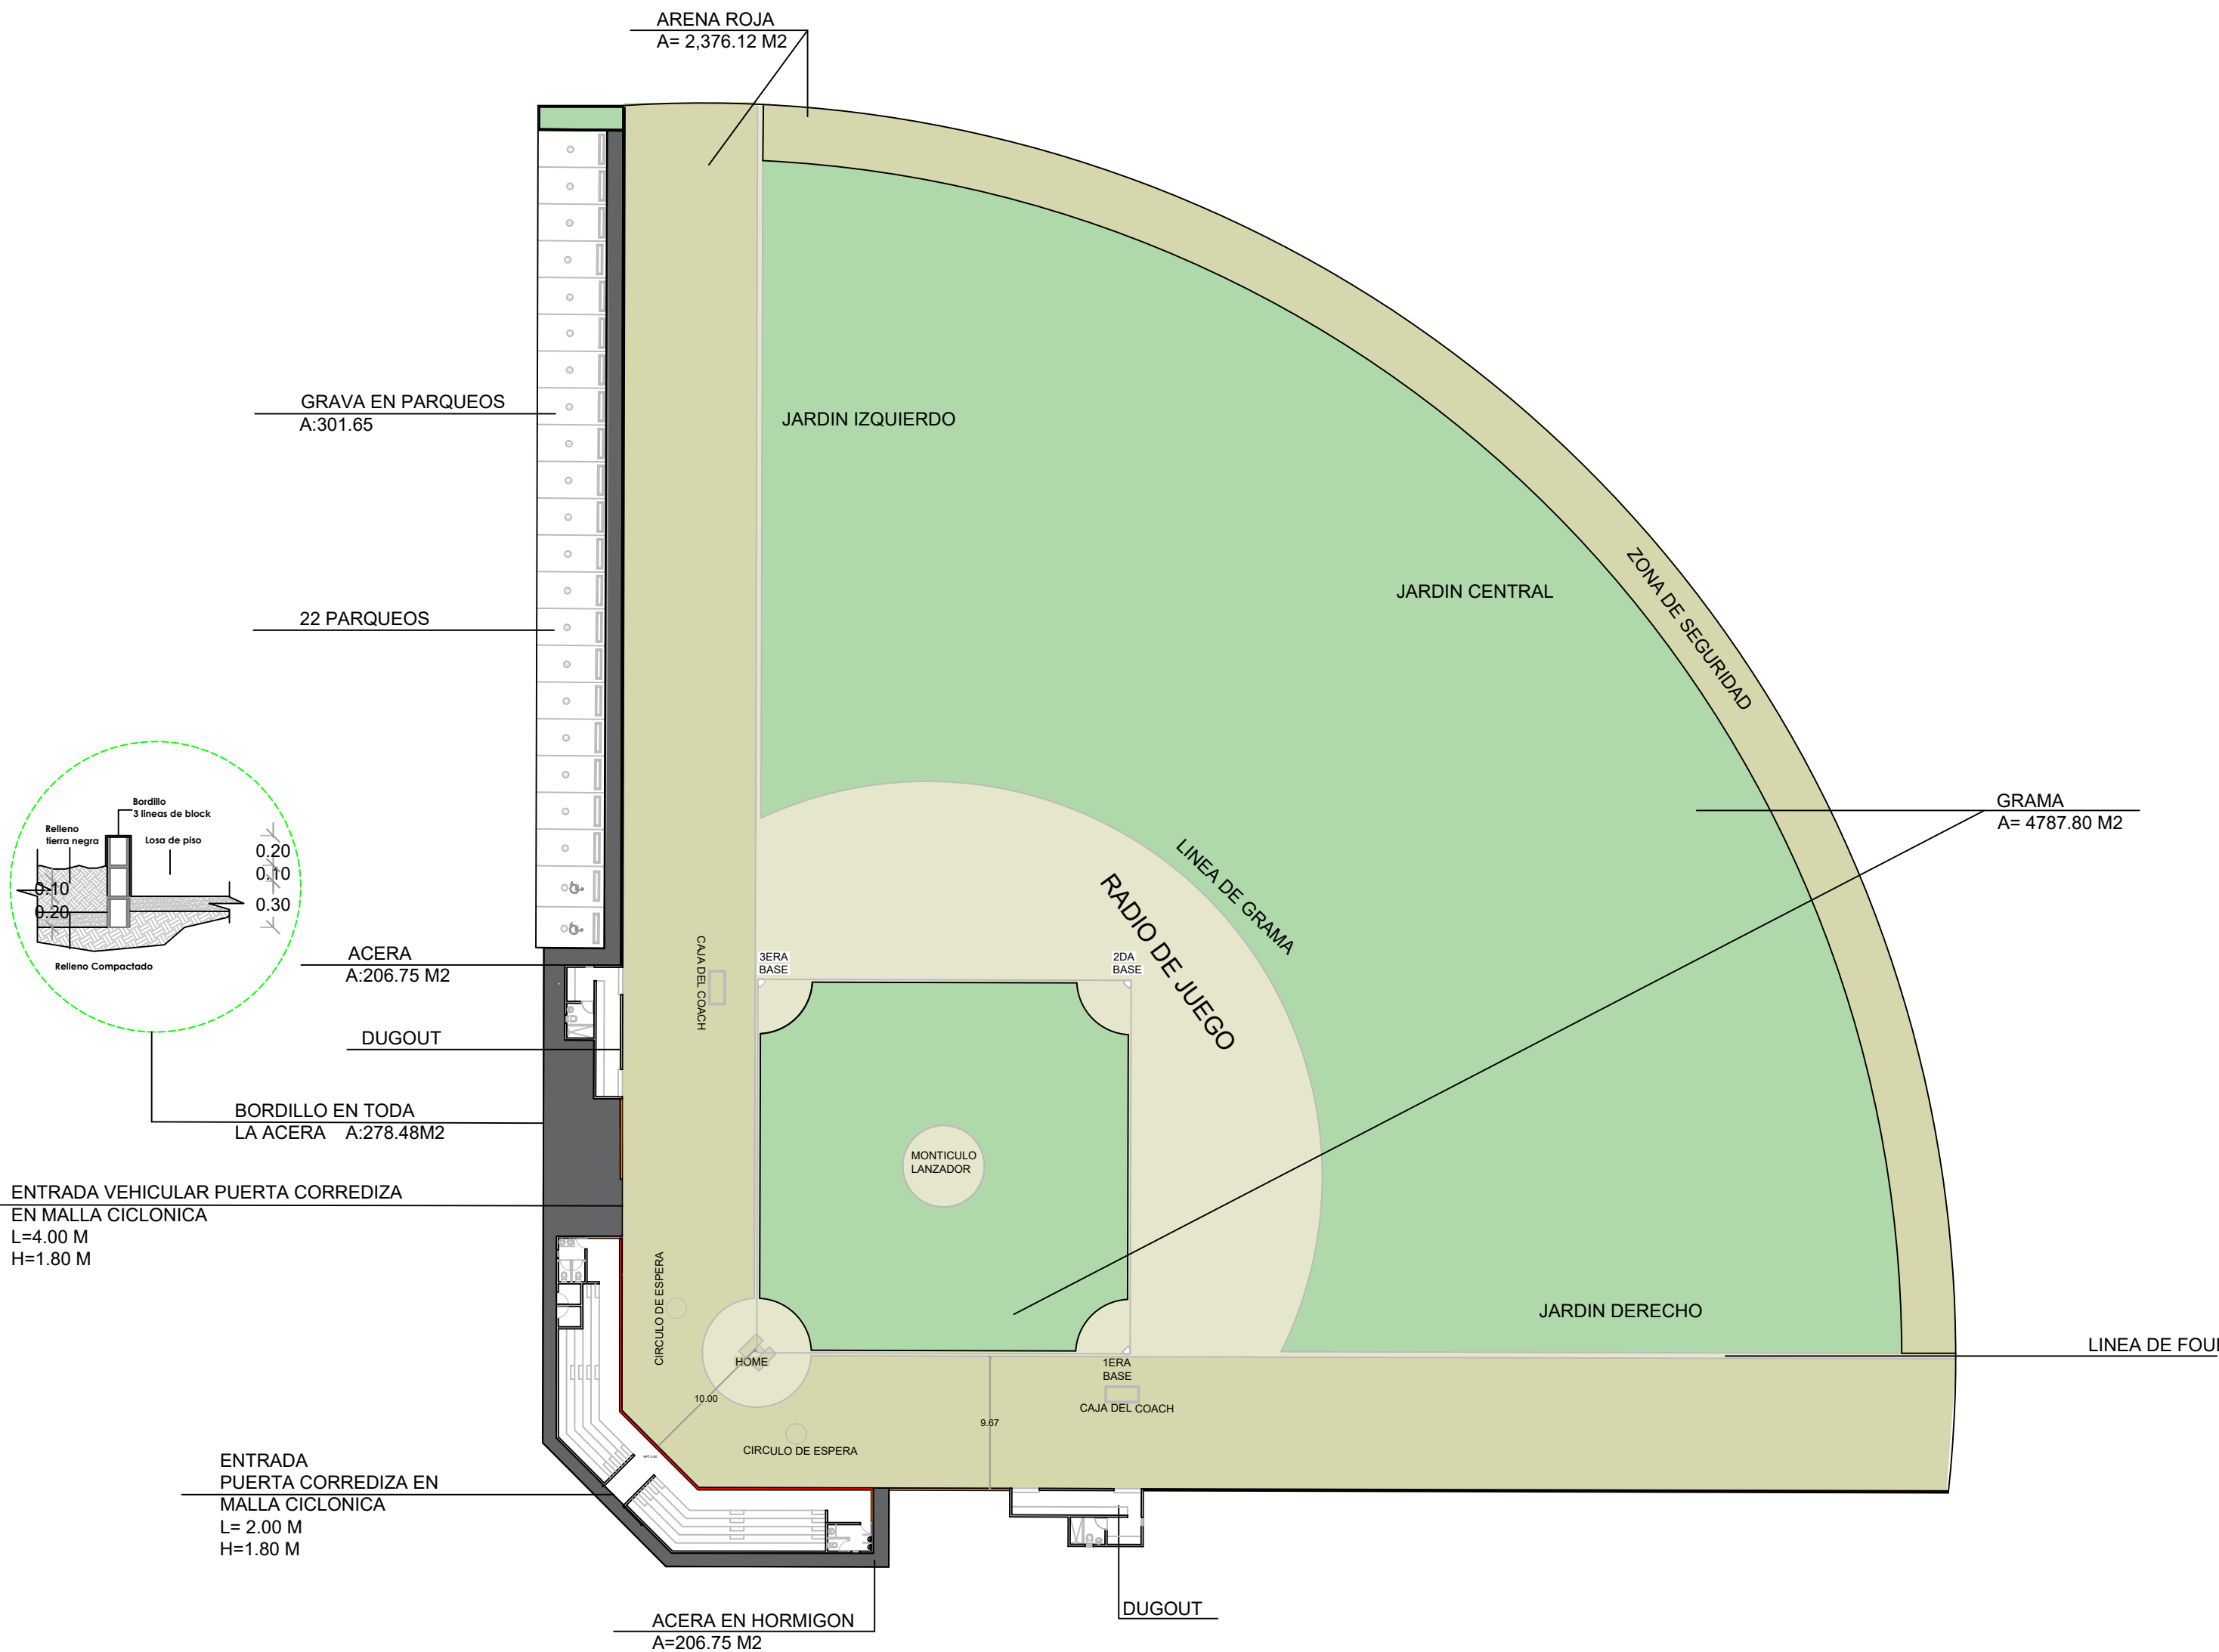



Ave. Dr. Delgado, Esq. Moises García,
Gazcue, Sto. Dgo., R.D.
TEL.: (809)-364-2189 | FAX.: (809)- 688-1665
E-Mail: info@cpadp.gob.do

PROYECTO:

CONSTRUCCIÓN CAMPO DE BÉISBOL
HERMANOS OLIVO
MUNICIPIO MONTE CRISTI,
PROVINCIA MONTE CRISTI

EQUIPO DE TRABAJO:

DISEÑO ARQUITECTÓNICO
ARQ.

codia 00000

ENC. INGENIERÍA

ING. FIOR DALIZA BONIFACIO
codia 00000

codia 00000

ESTRUCTURAL

ING. Leopoldo Berroa
codia 00000

ELÉCTRICO

ING. Juan Pérez
codia 00000

HIDRO-SANITARIO

ING. Francis Estévez
codia 00000

SELO DE APROBACIÓN:

FECHA: _____

CONTENIDO:

PLANTA ARQUITECTONICA
DE CONJUNTO
PLAY DE BEISBOL


ESCALA:

1:100

Septiembre 2026


NO. PÁGINA:

002

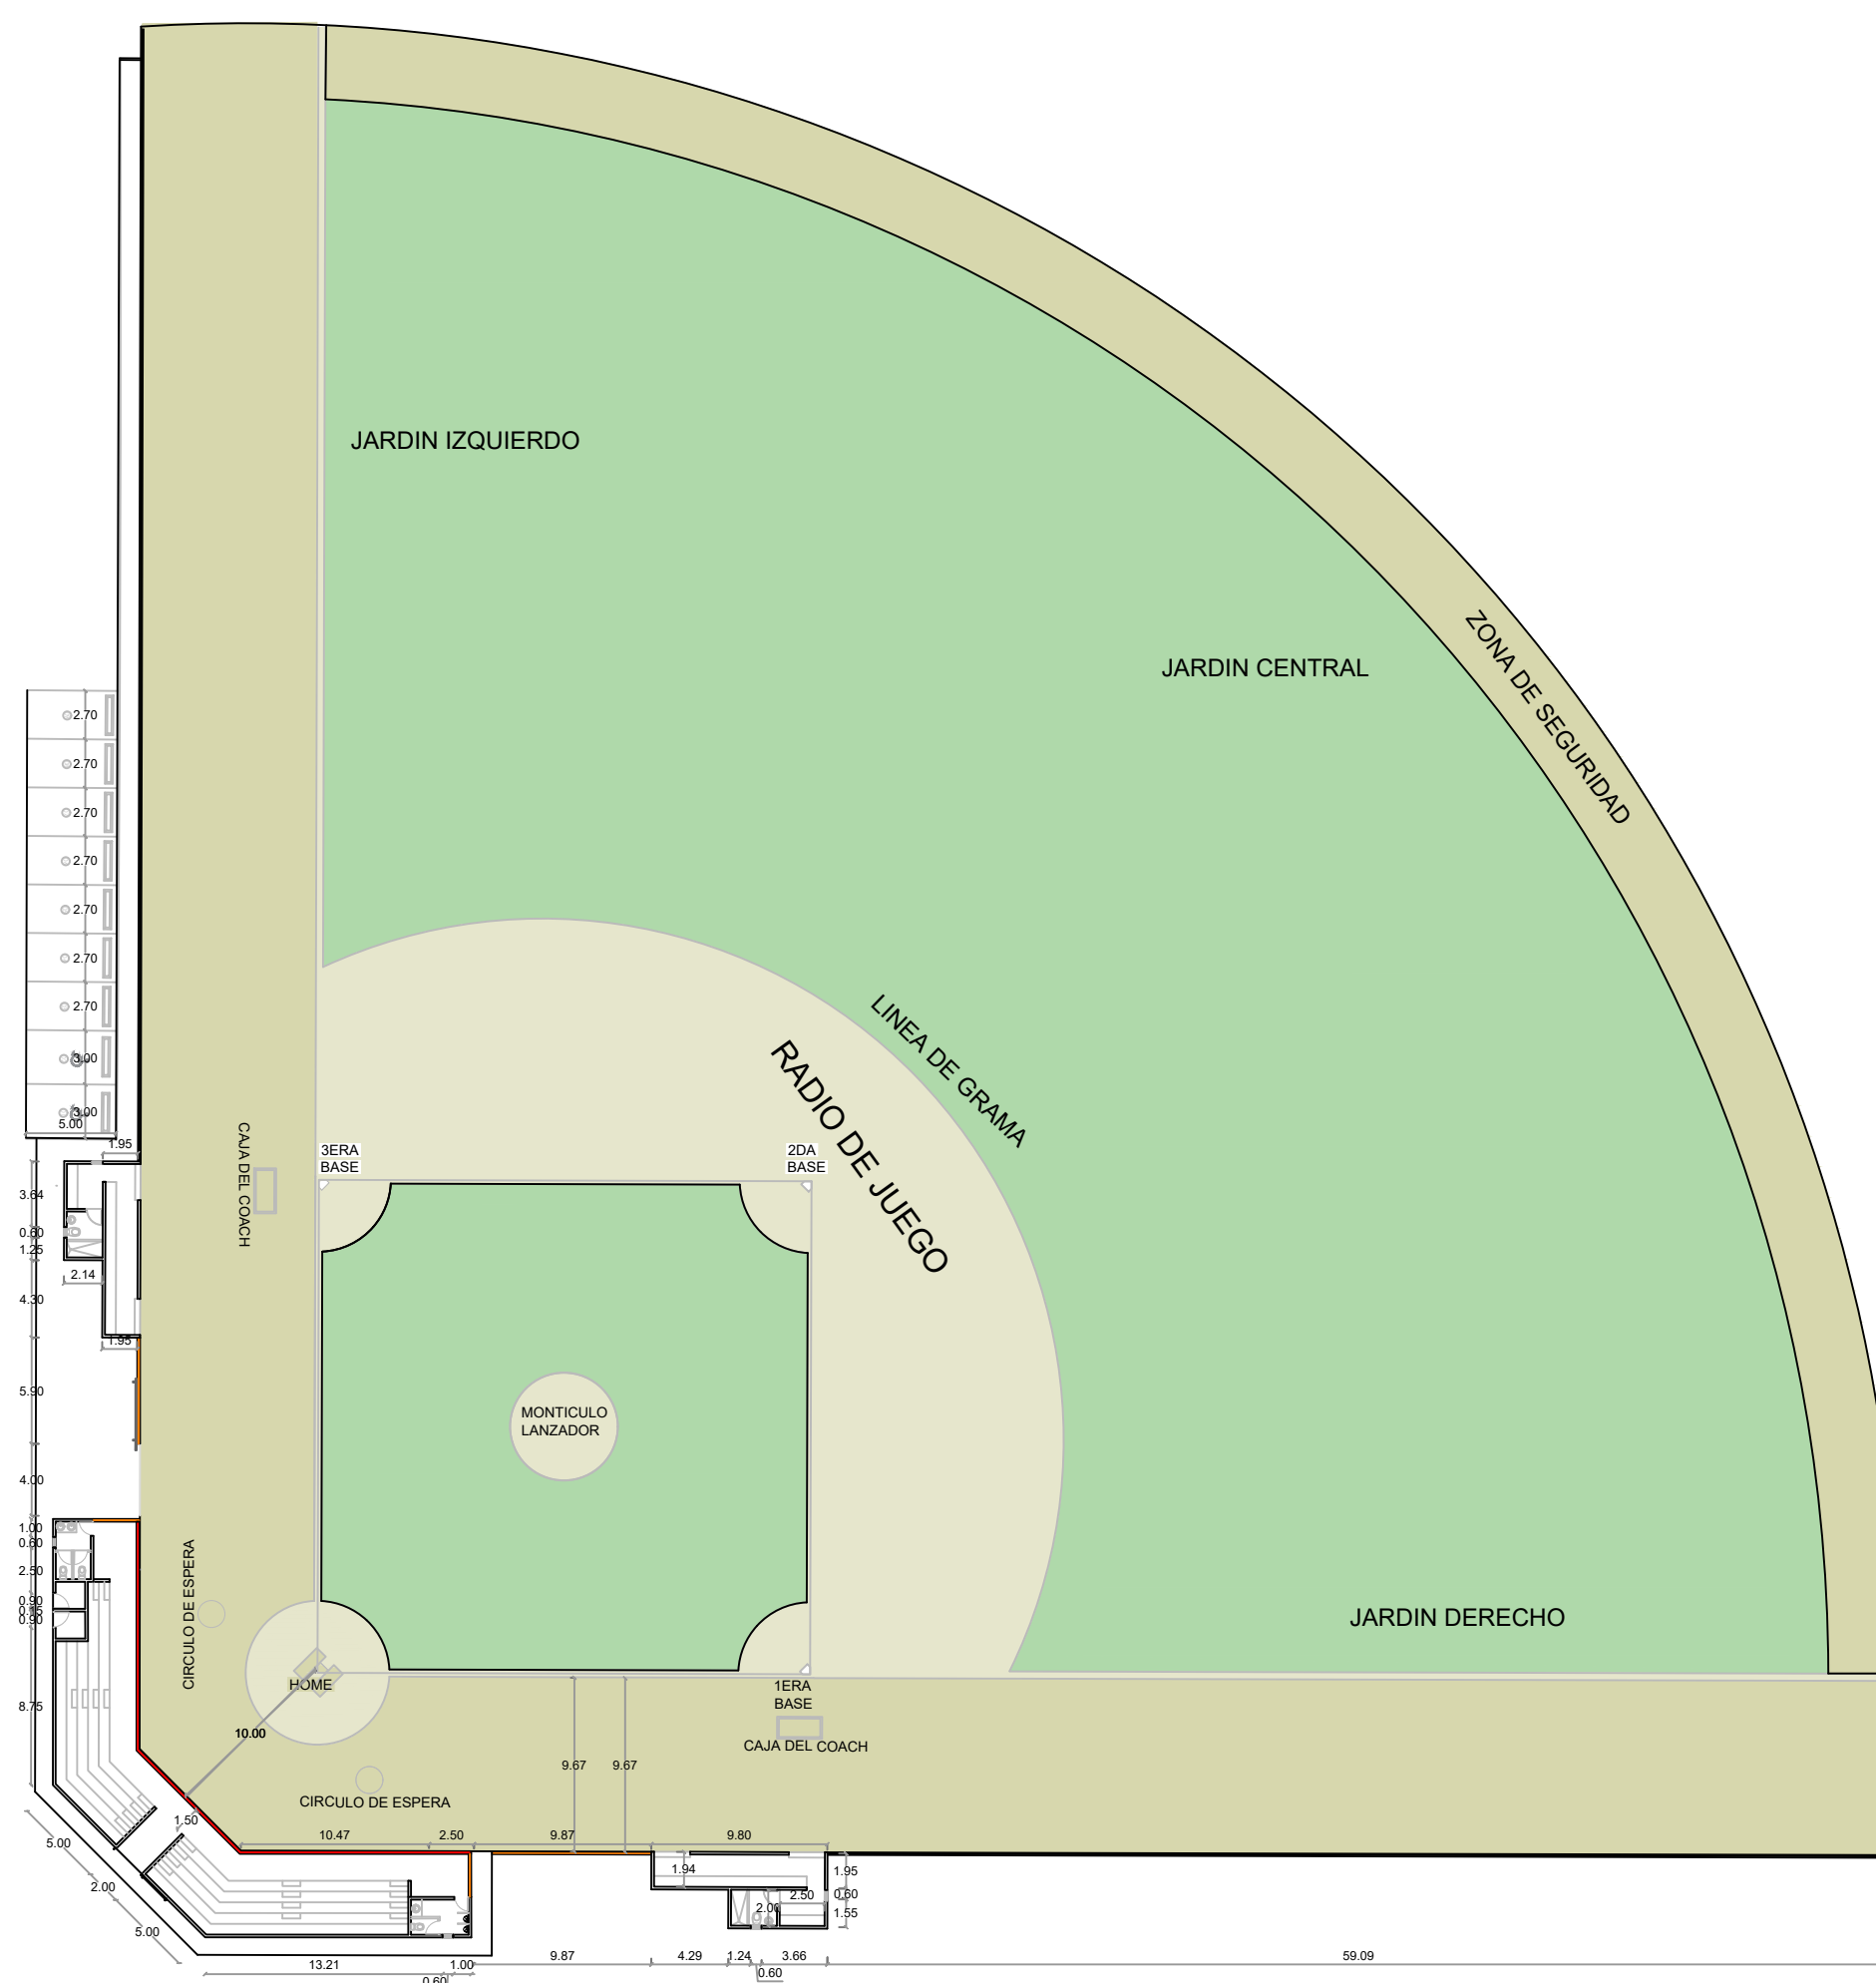


PLANTA ARQUITECTONICA DE CONJUNTO

ESC. 1:500

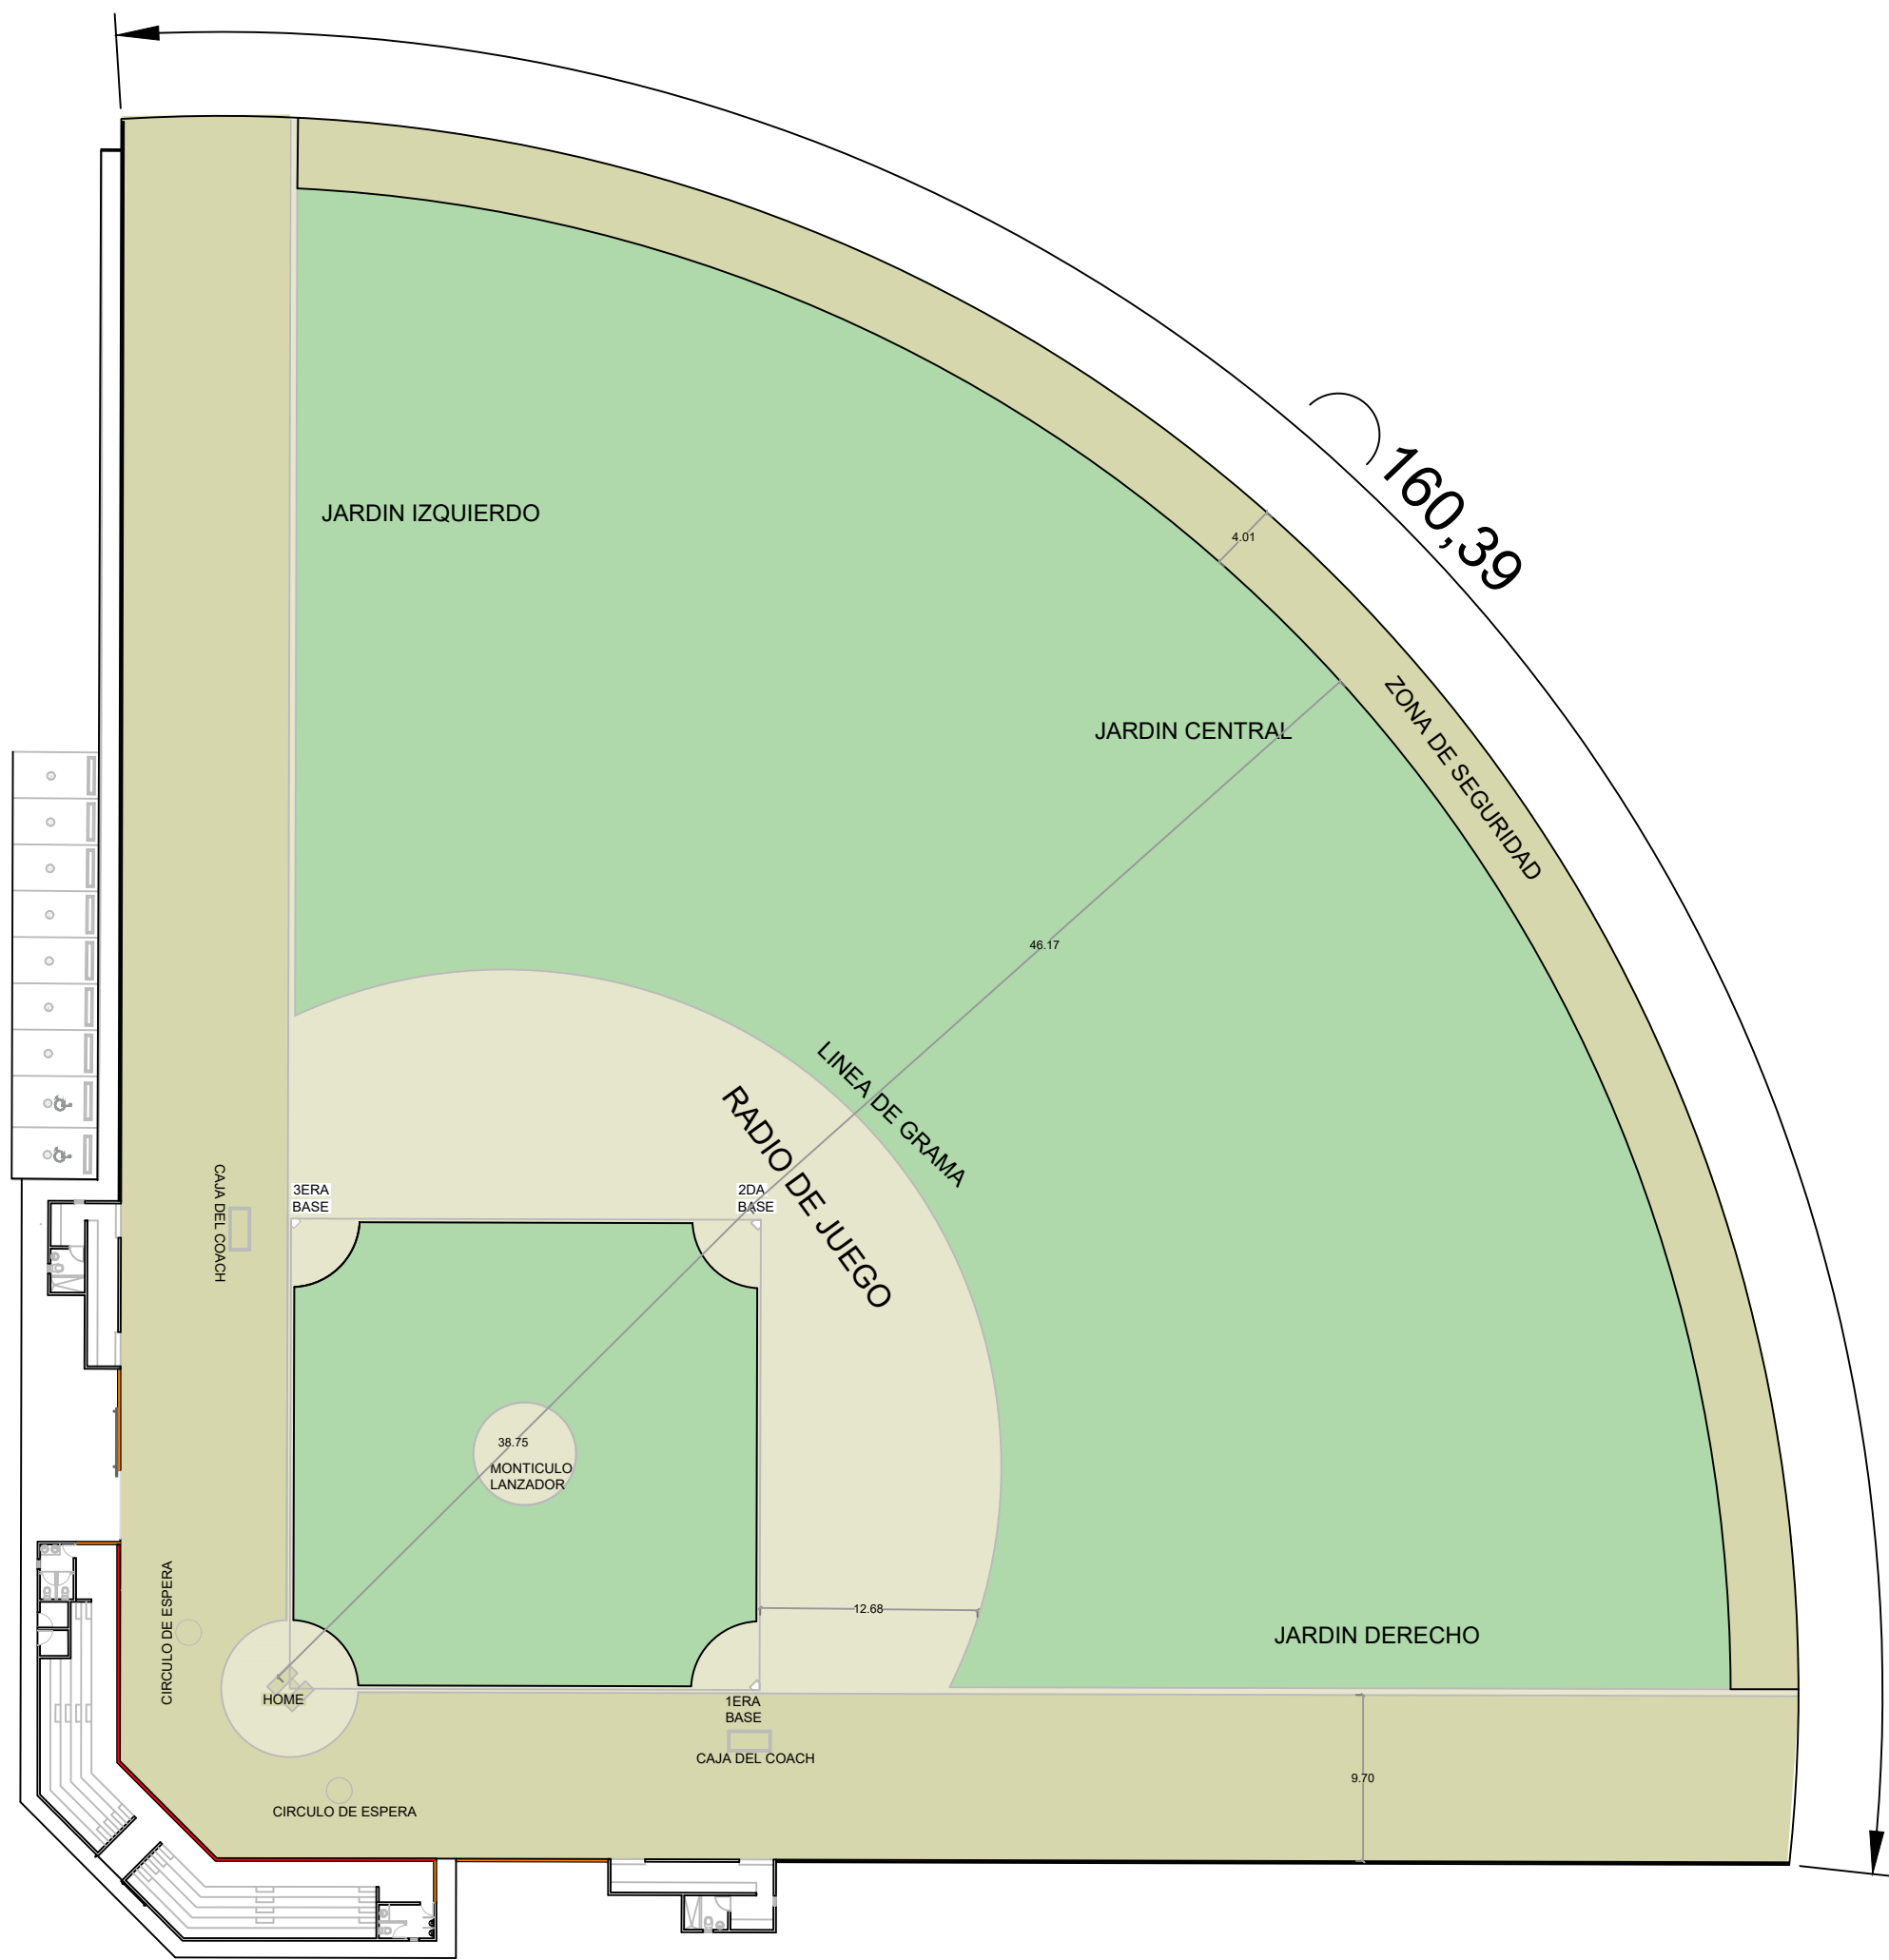

PLANTA DE CONJUNTO DIMENSIONADA


ESC. 1:500

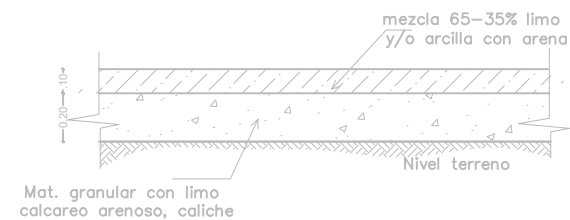


Def. Terreno Media Luna




 
Def. Placa Lanzador



Def. Terreno Cuadro Int. y jardines (no incluye media luna)

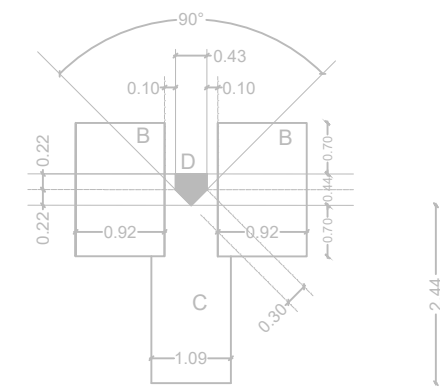

Trazado

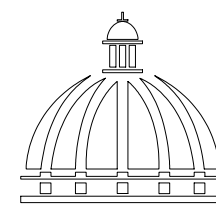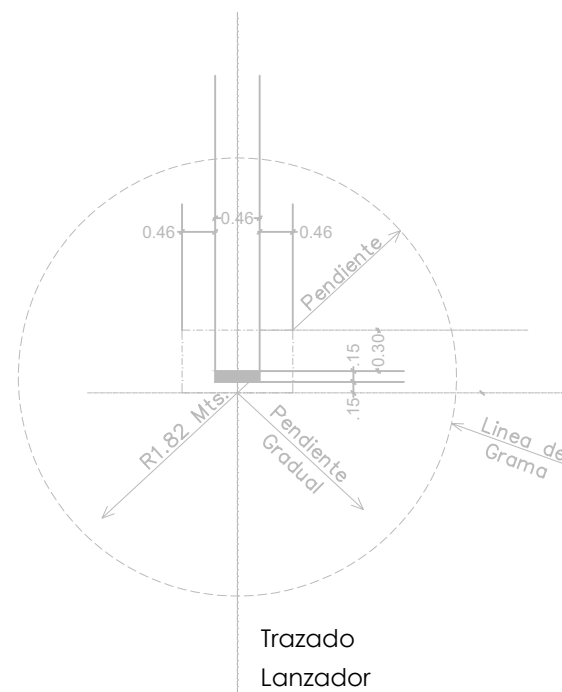

GOBIERNO DE LA
REPÚBLICA DOMINICANA

DIRECCION DE DESARROLLO
PROVINCIAL
DDP

Ave. Dr. Delgado, Esq. Moises García,
Gazcue, Sto. Dgo., R.D.
TEL.: (809)-364-2189 | FAX.: (809)- 688-1665
E-Mail: info@cpadp.gob.do

PROYECTO:

CONSTRUCCIÓN CAMPO DE BÉISBOL
HERMANOS OLIVO
MUNICIPIO MONTE CRISTI,
PROVINCIA MONTE CRISTI

EQUIPO DE TRABAJO:

DISEÑO ARQUITECTÓNICO
ARQ.

codia 00000

ENC. INGENIERÍA
ING. FIOR DALIZA BONIFACIO
codia 00000

ESTRUCTURAL
ING. Leopoldo Berroa
codia 00000

ELÉCTRICO
ING. Juan Pérez
codia 00000

HIDRO-SANITARIO
ING. Francis Estévez
codia 00000

SELLO DE APROBACIÓN:

FECHA:

CONTENIDO:

PLANTA DE CONJUNTO
DIMENSIONADA

ESCALA:

1:100

Septiembre 2026

NO. PÁGINA:

003

PROYECTO:
**CONSTRUCCIÓN CAMPO DE BÉISBOL
HERMANOS OLIVO
MUNICIPIO MONTE CRISTI,
PROVINCIA MONTE CRISTI**

EQUIPO DE TRABAJO:
DISEÑO ARQUITECTÓNICO
ARQ. _____
codia 00000

ENC. INGENIERÍA
ING. FIOR DALIZA BONIFACIO
codia 00000

ESTRUCTURAL
ING. Leopoldo Berroa
codia 00000

ELÉCTRICO
ING. Juan Pérez
codia 00000

HIDRO-SANITARIO
ING. Francis Estévez
codia 00000

SELLO DE APROBACIÓN:

FECHA: _____

CONTENIDO:

PLANTA DETALLE DE VERJA


ESCALA:
1:100

Septiembre 2026

NO. PÁGINA:
004




LEYENDA DE MURO	
	BACKSTOP H=5.40M L= 27.11 M
	MURO DE BLOQUES - CENTER FIELD H=1.80 M L=160.76 M
	MURO DE BLOQUES H=1.80 M L=160.76M
	MURO DE BLOQUES Y MALLA CICLÓNICA H=1.80 L =137.84 M

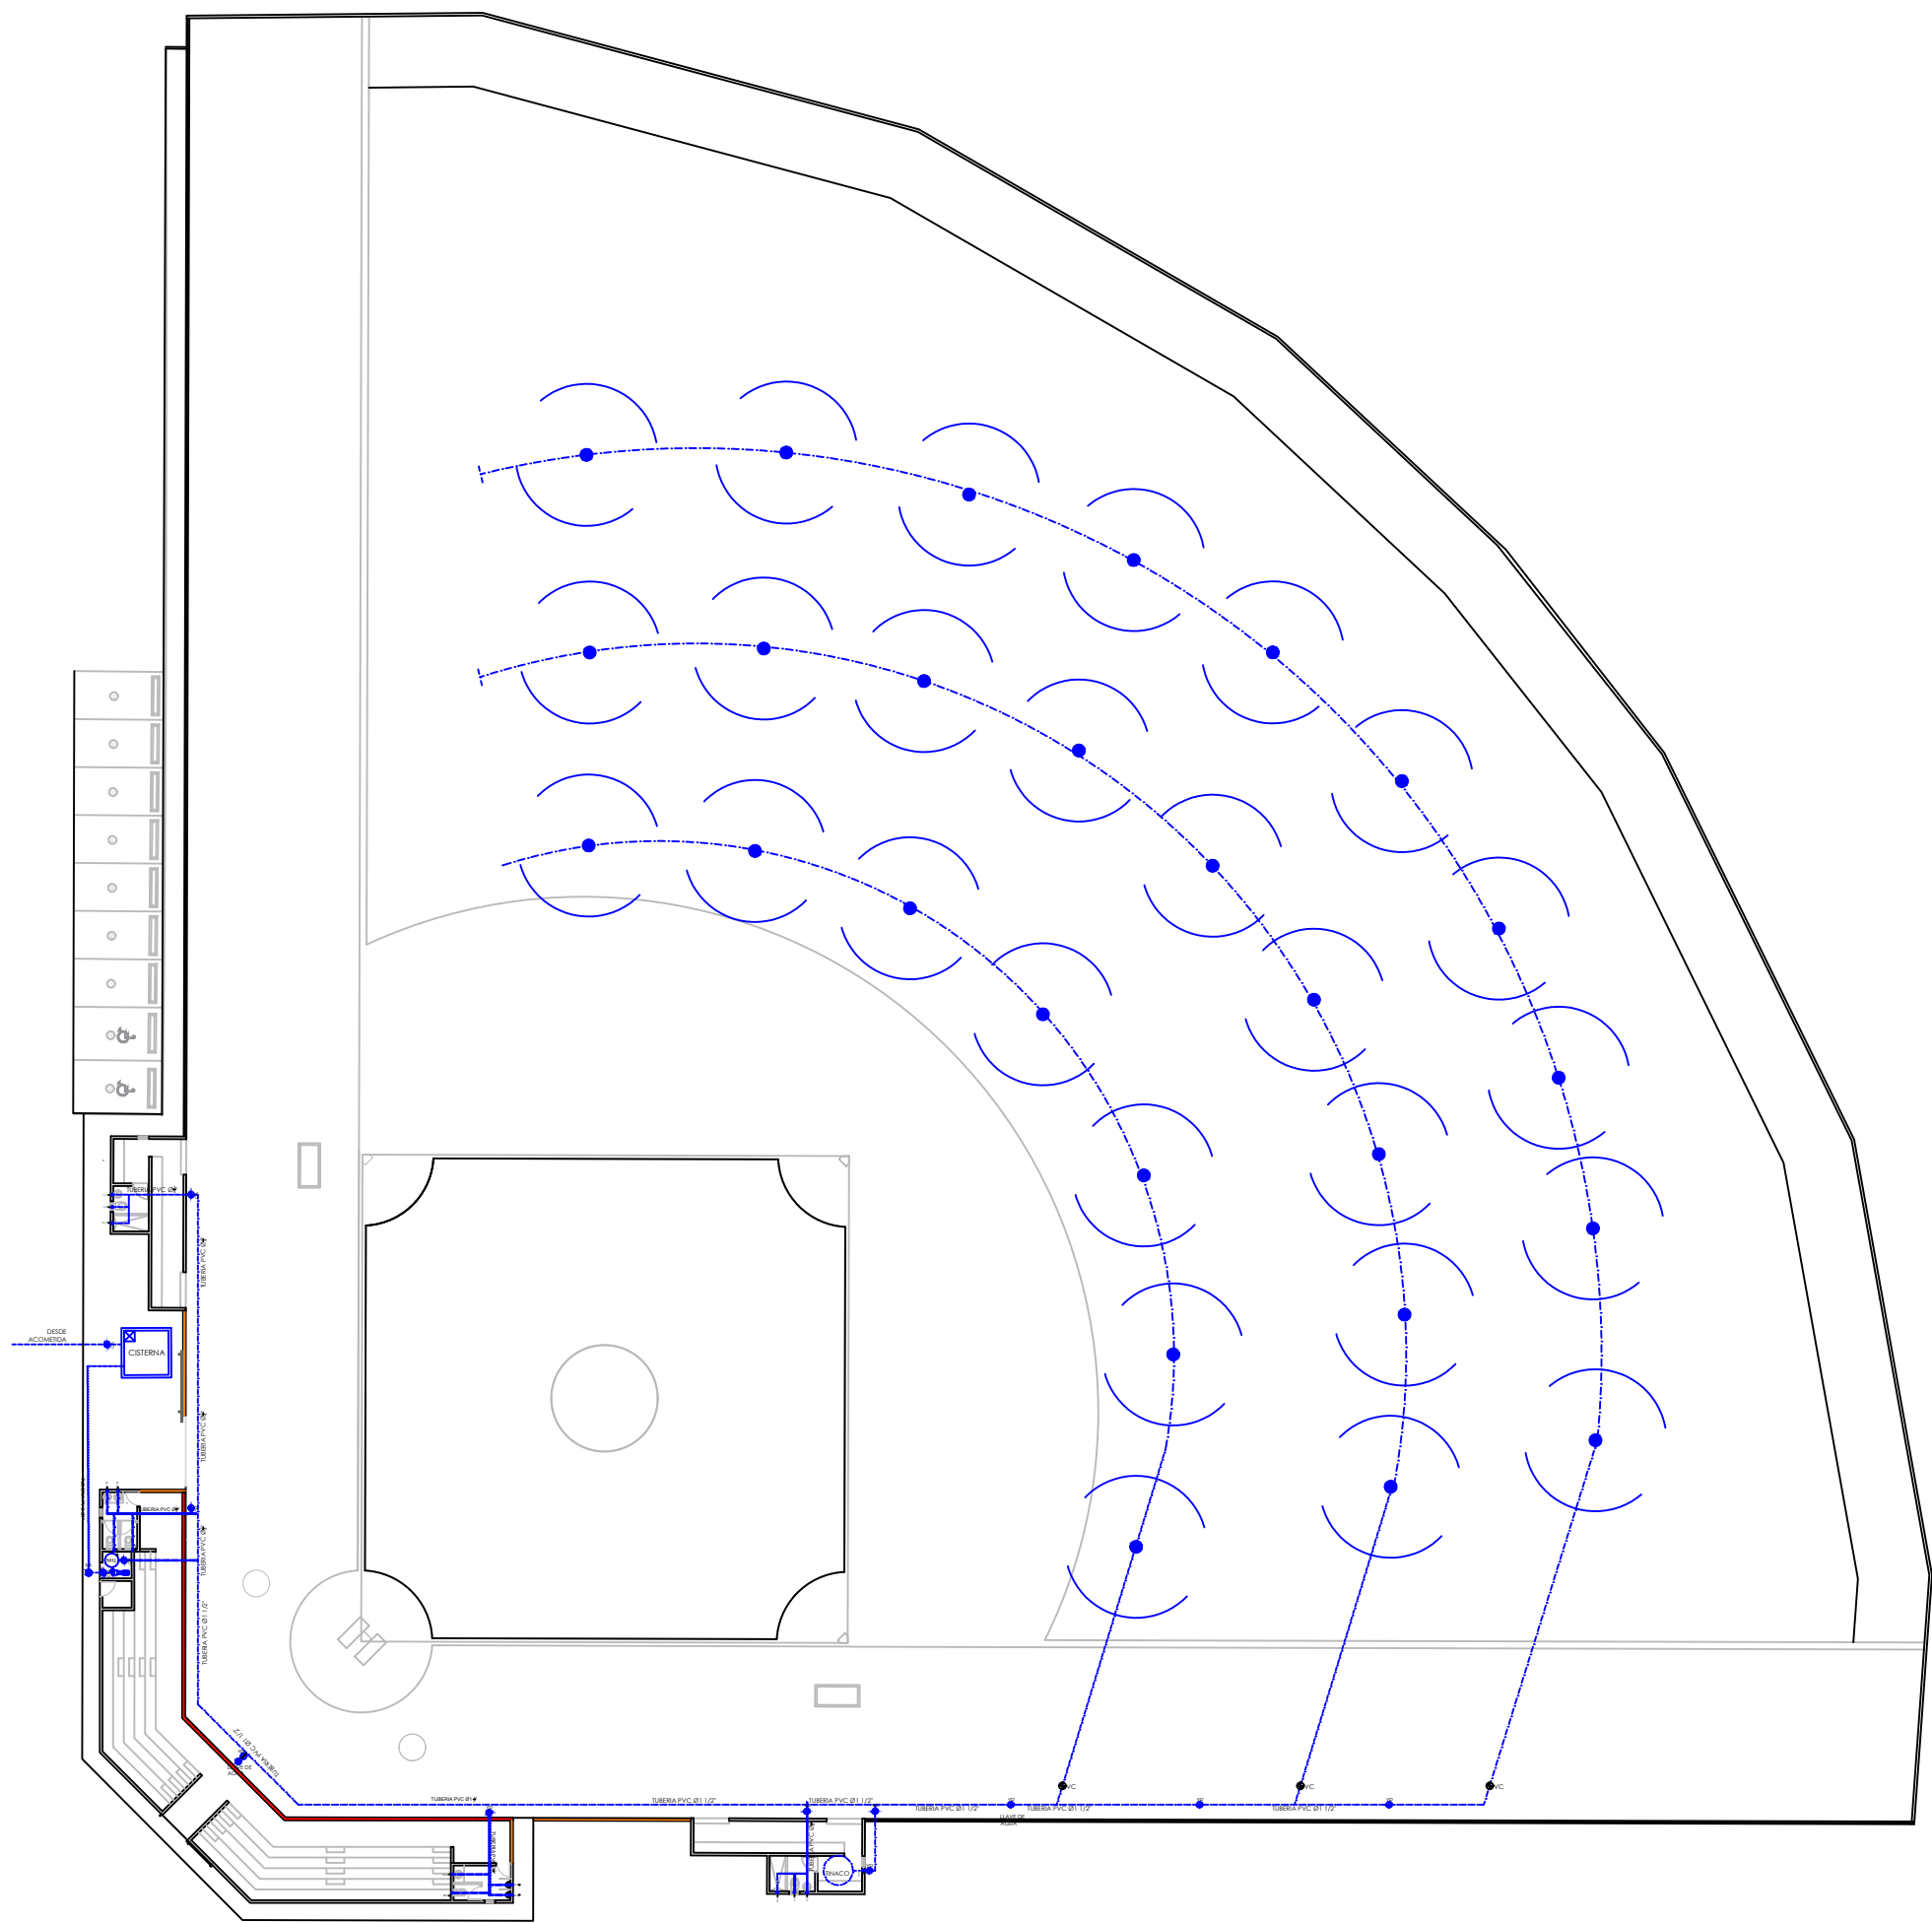


1
00

PLANTA INSTALACIONES SANITARIAS - AGUA POTABLE


ESC. 1:100

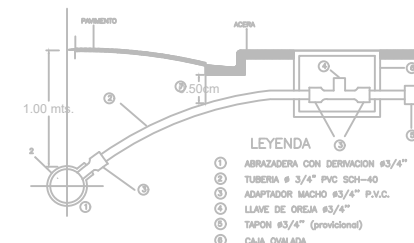

DETALLE DE ACOMETIDA

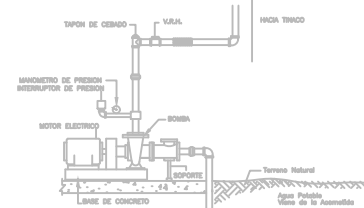


DETALLE EQUIPO DE BOMBEO

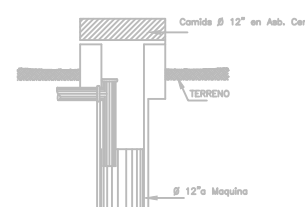

FILTRANTE

LEYENDA SANITARIA					
SÍMBOLO	ABREV.	DESCRIPCION	SÍMBOLO	ABREV.	DESCRIPCION
	I	INODORO		VP	VALVULA DE PASO
	Lm	LAVAMANOS			TUBERIA
	D	DUCHA			ASPERSORES
	Fr	FREGADERO			LLAVE DE AGUA

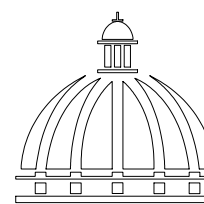

GOBIERNO DE LA
REPÚBLICA DOMINICANA

DIRECCION DE DESARROLLO
PROVINCIAL
DDP

Ave. Dr. Delgado, Esq. Moises García,
Gazcue, Sto. Dgo., R.D.
TEL.: (809)-364-2189 | FAX.: (809)- 688-1665
E-Mail: info@cpadp.gob.do

PROYECTO:

CONSTRUCCIÓN CAMPO DE BÉISBOL
HERMANOS OLIVO
MUNICIPIO MONTE CRISTI,
PROVINCIA MONTE CRISTI

EQUIPO DE TRABAJO:

DISEÑO ARQUITECTÓNICO
ARQ.

codia 00000

ENC. INGENIERÍA
ING. FIOR DALIZA BONIFACIO
codia 00000

ESTRUCTURAL
ING. Leopoldo Berroa
codia 00000

ELÉCTRICO
ING. Juan Pérez
codia 00000

HIDRO-SANITARIO
ING. Francis Estévez
codia 00000

SELLO DE APROBACIÓN:

FECHA:


CONTENIDO:
PLANTA INSTALACIONES
SANITARIAS AGUA POTABLE

ESCALA:
1:100

Septiembre 2026

NO. PÁGINA:


005

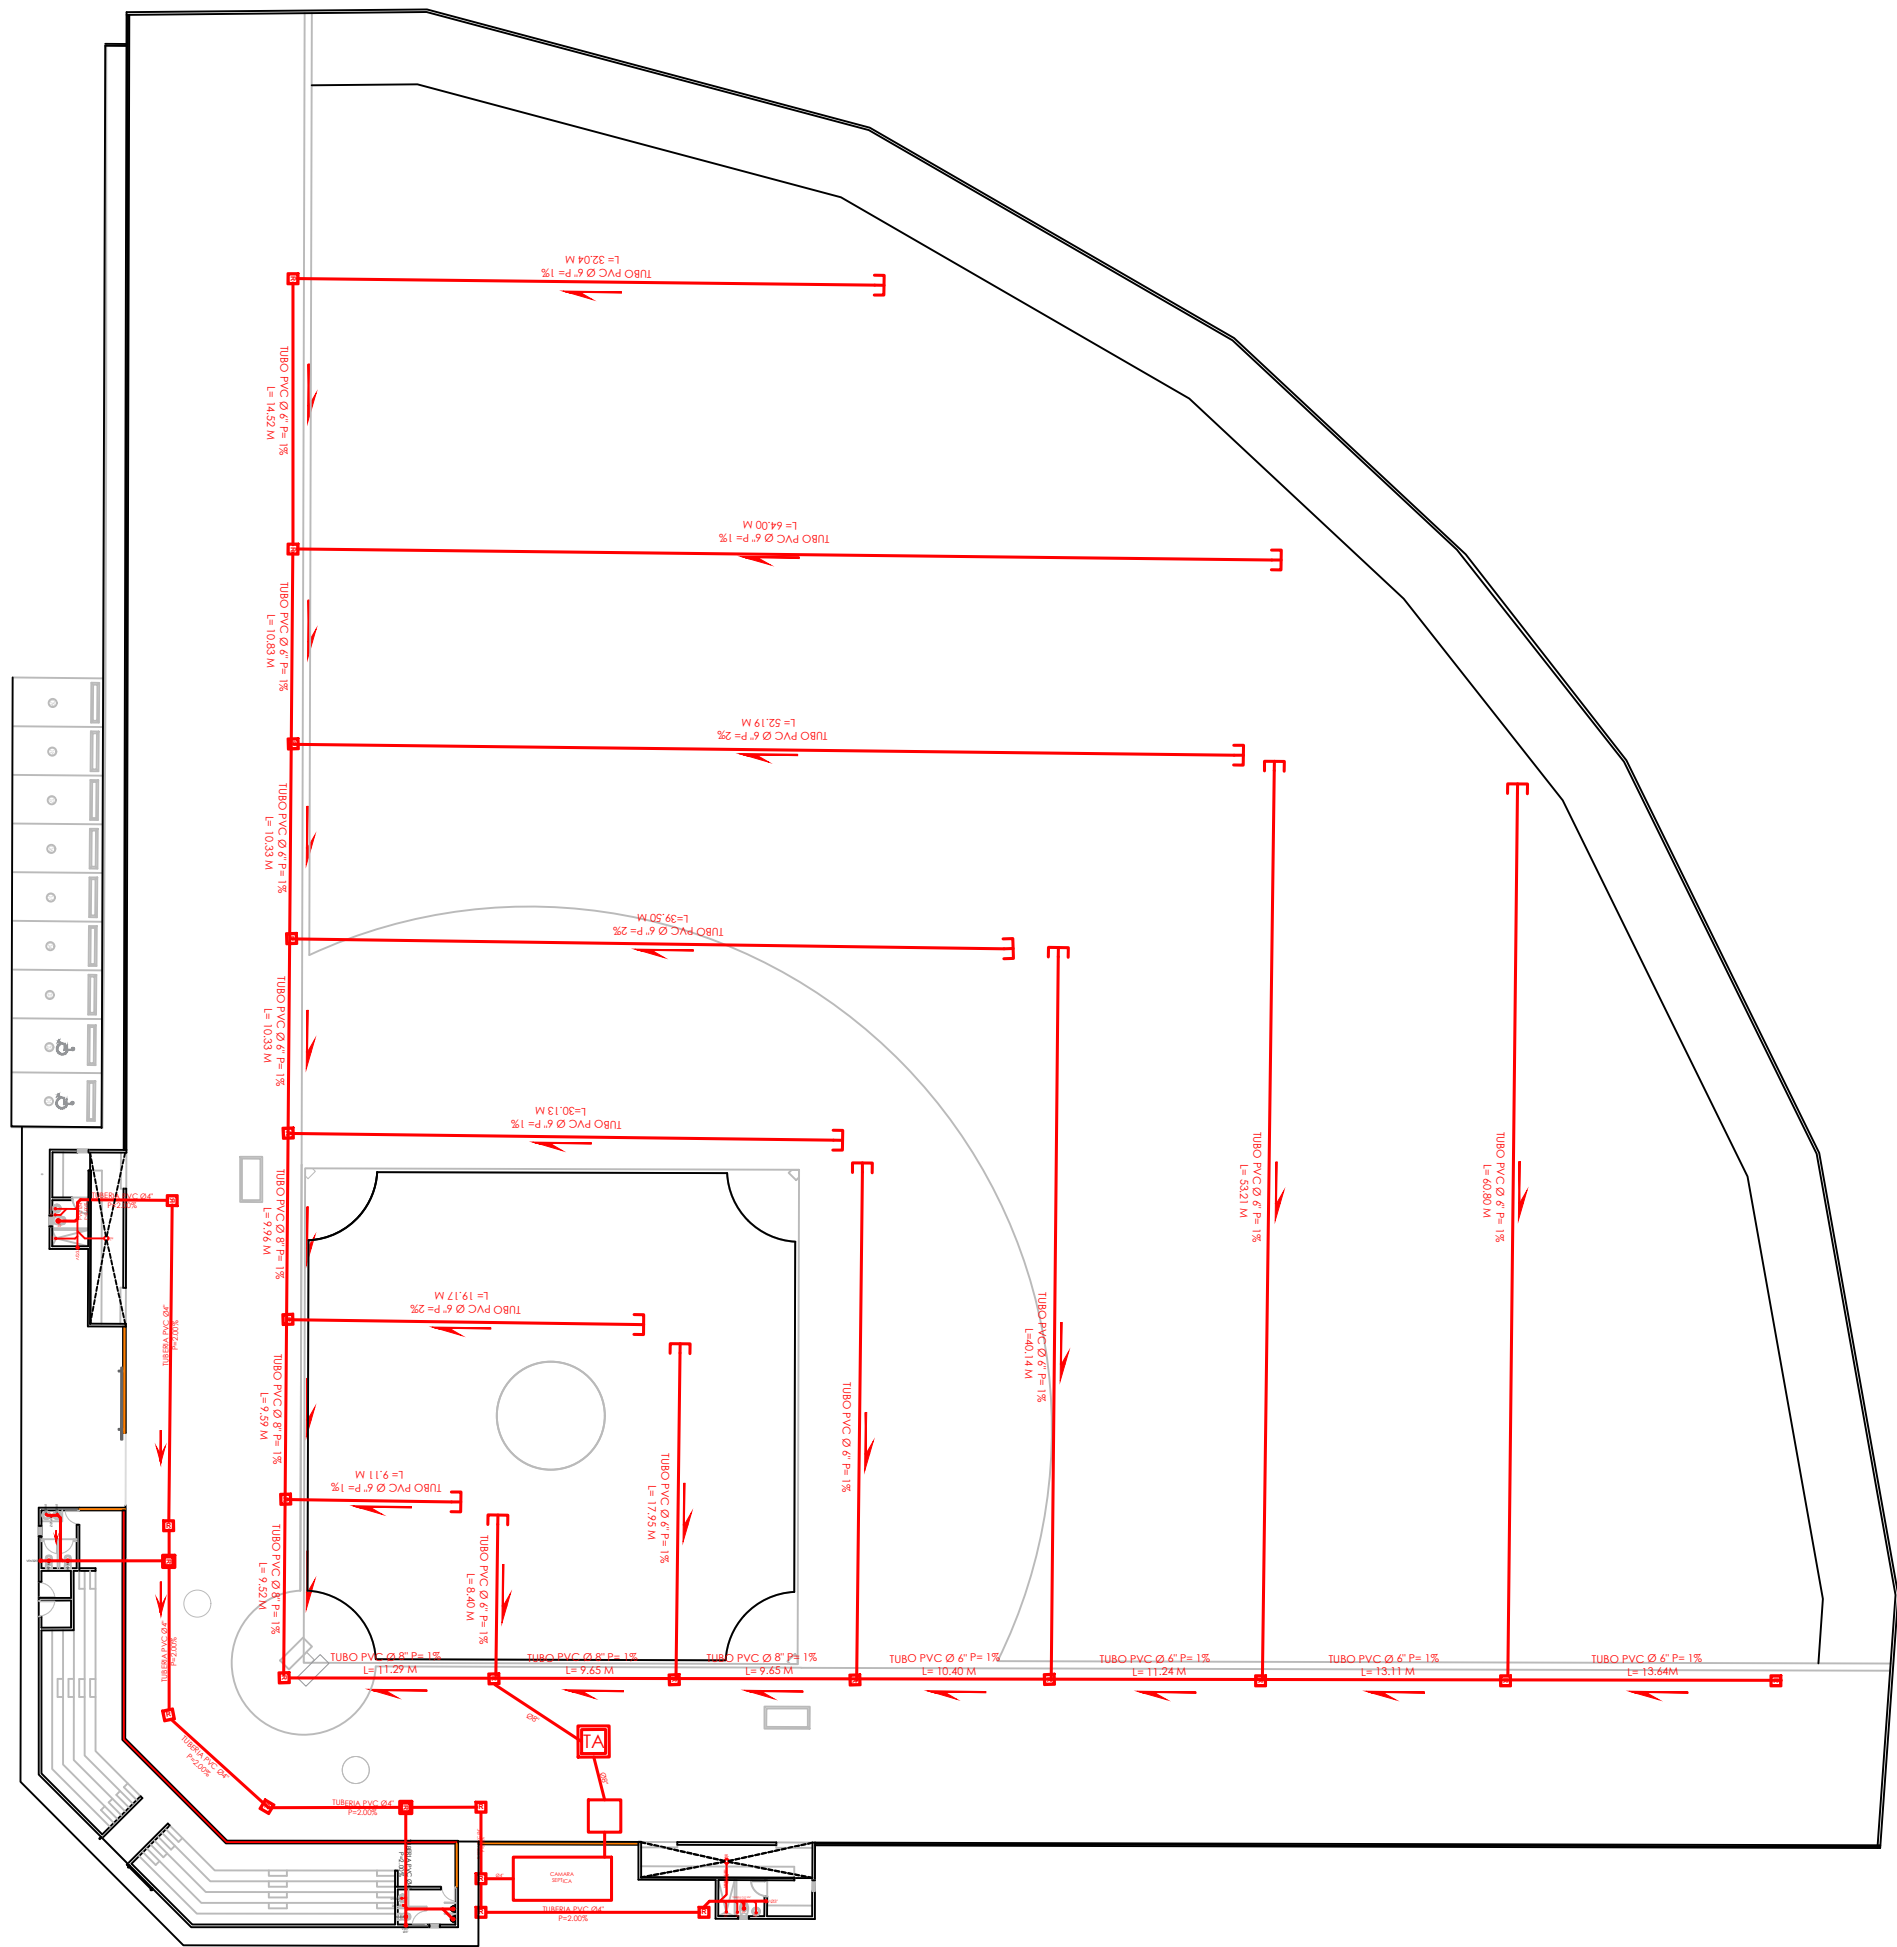


1
00

PLANTA INSTALACIONES SANITARIAS - AGUAS NEGRAS

ESC. 1:500

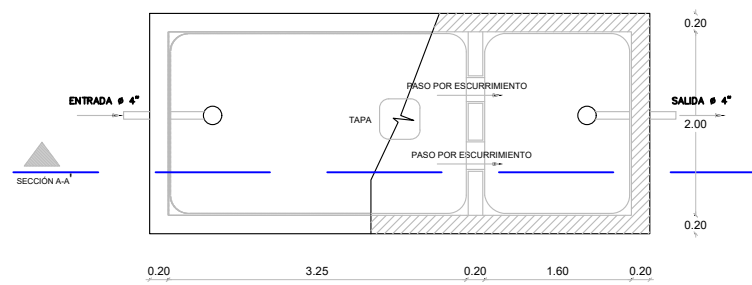


PLANTA

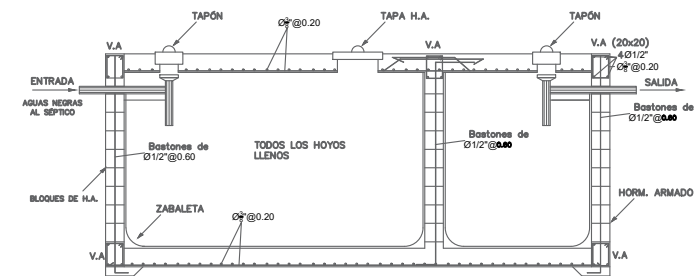


SECCIÓN A-A


DETALLE REGISTRO

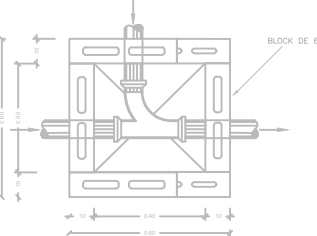

DETALLE TRAMPA DE ARENA

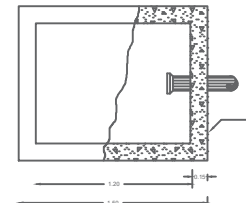


PLANTA

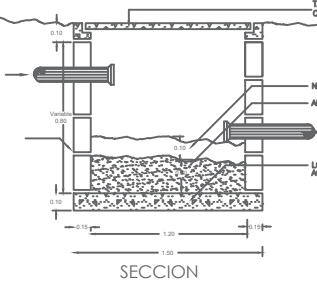


SECCION

PLANTA

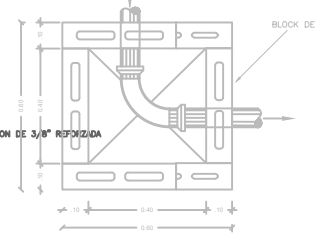


PLANTA

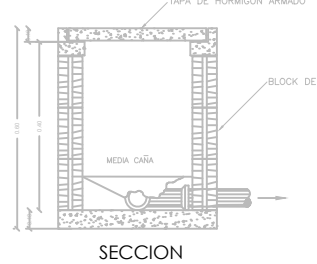

SECCION

DRENAJE CANALES RECOLECTORES DE AGUA PLUVIAL TERRENO DE JUEGO

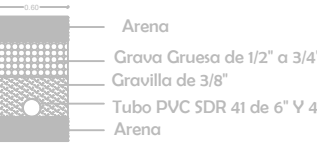

NOTA

- TODAS LAS TUBERIAS A USAR EN LOS SISTEMAS DE DESAGUES DE AGUA POTABLE, AGUAS NEGRAS Y PLUVIAL SERAN DE P.V.C
- LA PENDIENTE DE LAS TUBERIAS DEL SISTEMA DE DESAGUE DE AGUAS NEGRAS SERAN DE 2%
- LAS TUBERIAS DE VENTILACION SUBIRAN 0.30 M SOBRE EL NIVEL DE TECHO
- TUBERIA DE DRENAJE PLUVIAL PARA EL TERRENO DE JUEGO, TUBO DE 6\"/>
- LAS TUBERIAS DE DRENAJE PLUVIAL EN PVC DEBEN SER RECUBIERTAS CON UNA MALLA GEOTEXTIL

LEYENDA SANITARIA

SIMBOLO	ABREV.	DESCRIPCION	SIMBOLO	ABREV.	DESCRIPCION
	i	INODORO		R	REGISTRO
	Lm	LAVAMANOS		—	TUBERIA
	D	DUCHA		TA	TRAMPA DE ARENA
	Fr	FREGADERO		CS	CAMARA SEPTICA



DIRECCION DE DESARROLLO PROVINCIAL DDP

Ave. Dr. Delgado, Esq. Moises García,
Gazcue, Sto. Dgo., R.D.
TEL.: (809)-364-2189 | FAX.: (809)- 688-1665
E-Mail: info@cpadp.gob.do

PROYECTO:

CONSTRUCCIÓN CAMPO DE BÉISBOL HERMANOS OLIVO MUNICIPIO MONTE CRISTI, PROVINCIA MONTE CRISTI

EQUIPO DE TRABAJO:

DISEÑO ARQUITECTÓNICO ARQ.

codia 00000

ENC. INGENIERÍA

ING. FIOR DALIZA BONIFACIO
codia 00000

ESTRUCTURAL

ING. Leopoldo Berroa
codia 00000

ELÉCTRICO

ING. Juan Pérez
codia 00000

HIDRO-SANITARIO

ING. Francis Estévez
codia 00000

SELLO DE APROBACIÓN:

FECHA:

CONTENIDO:

PLANTA INSTALACIONES SANITARIAS AGUAS NEGRAS


ESCALA:

1:100

Septiembre 2026

NO. PÁGINA:

006

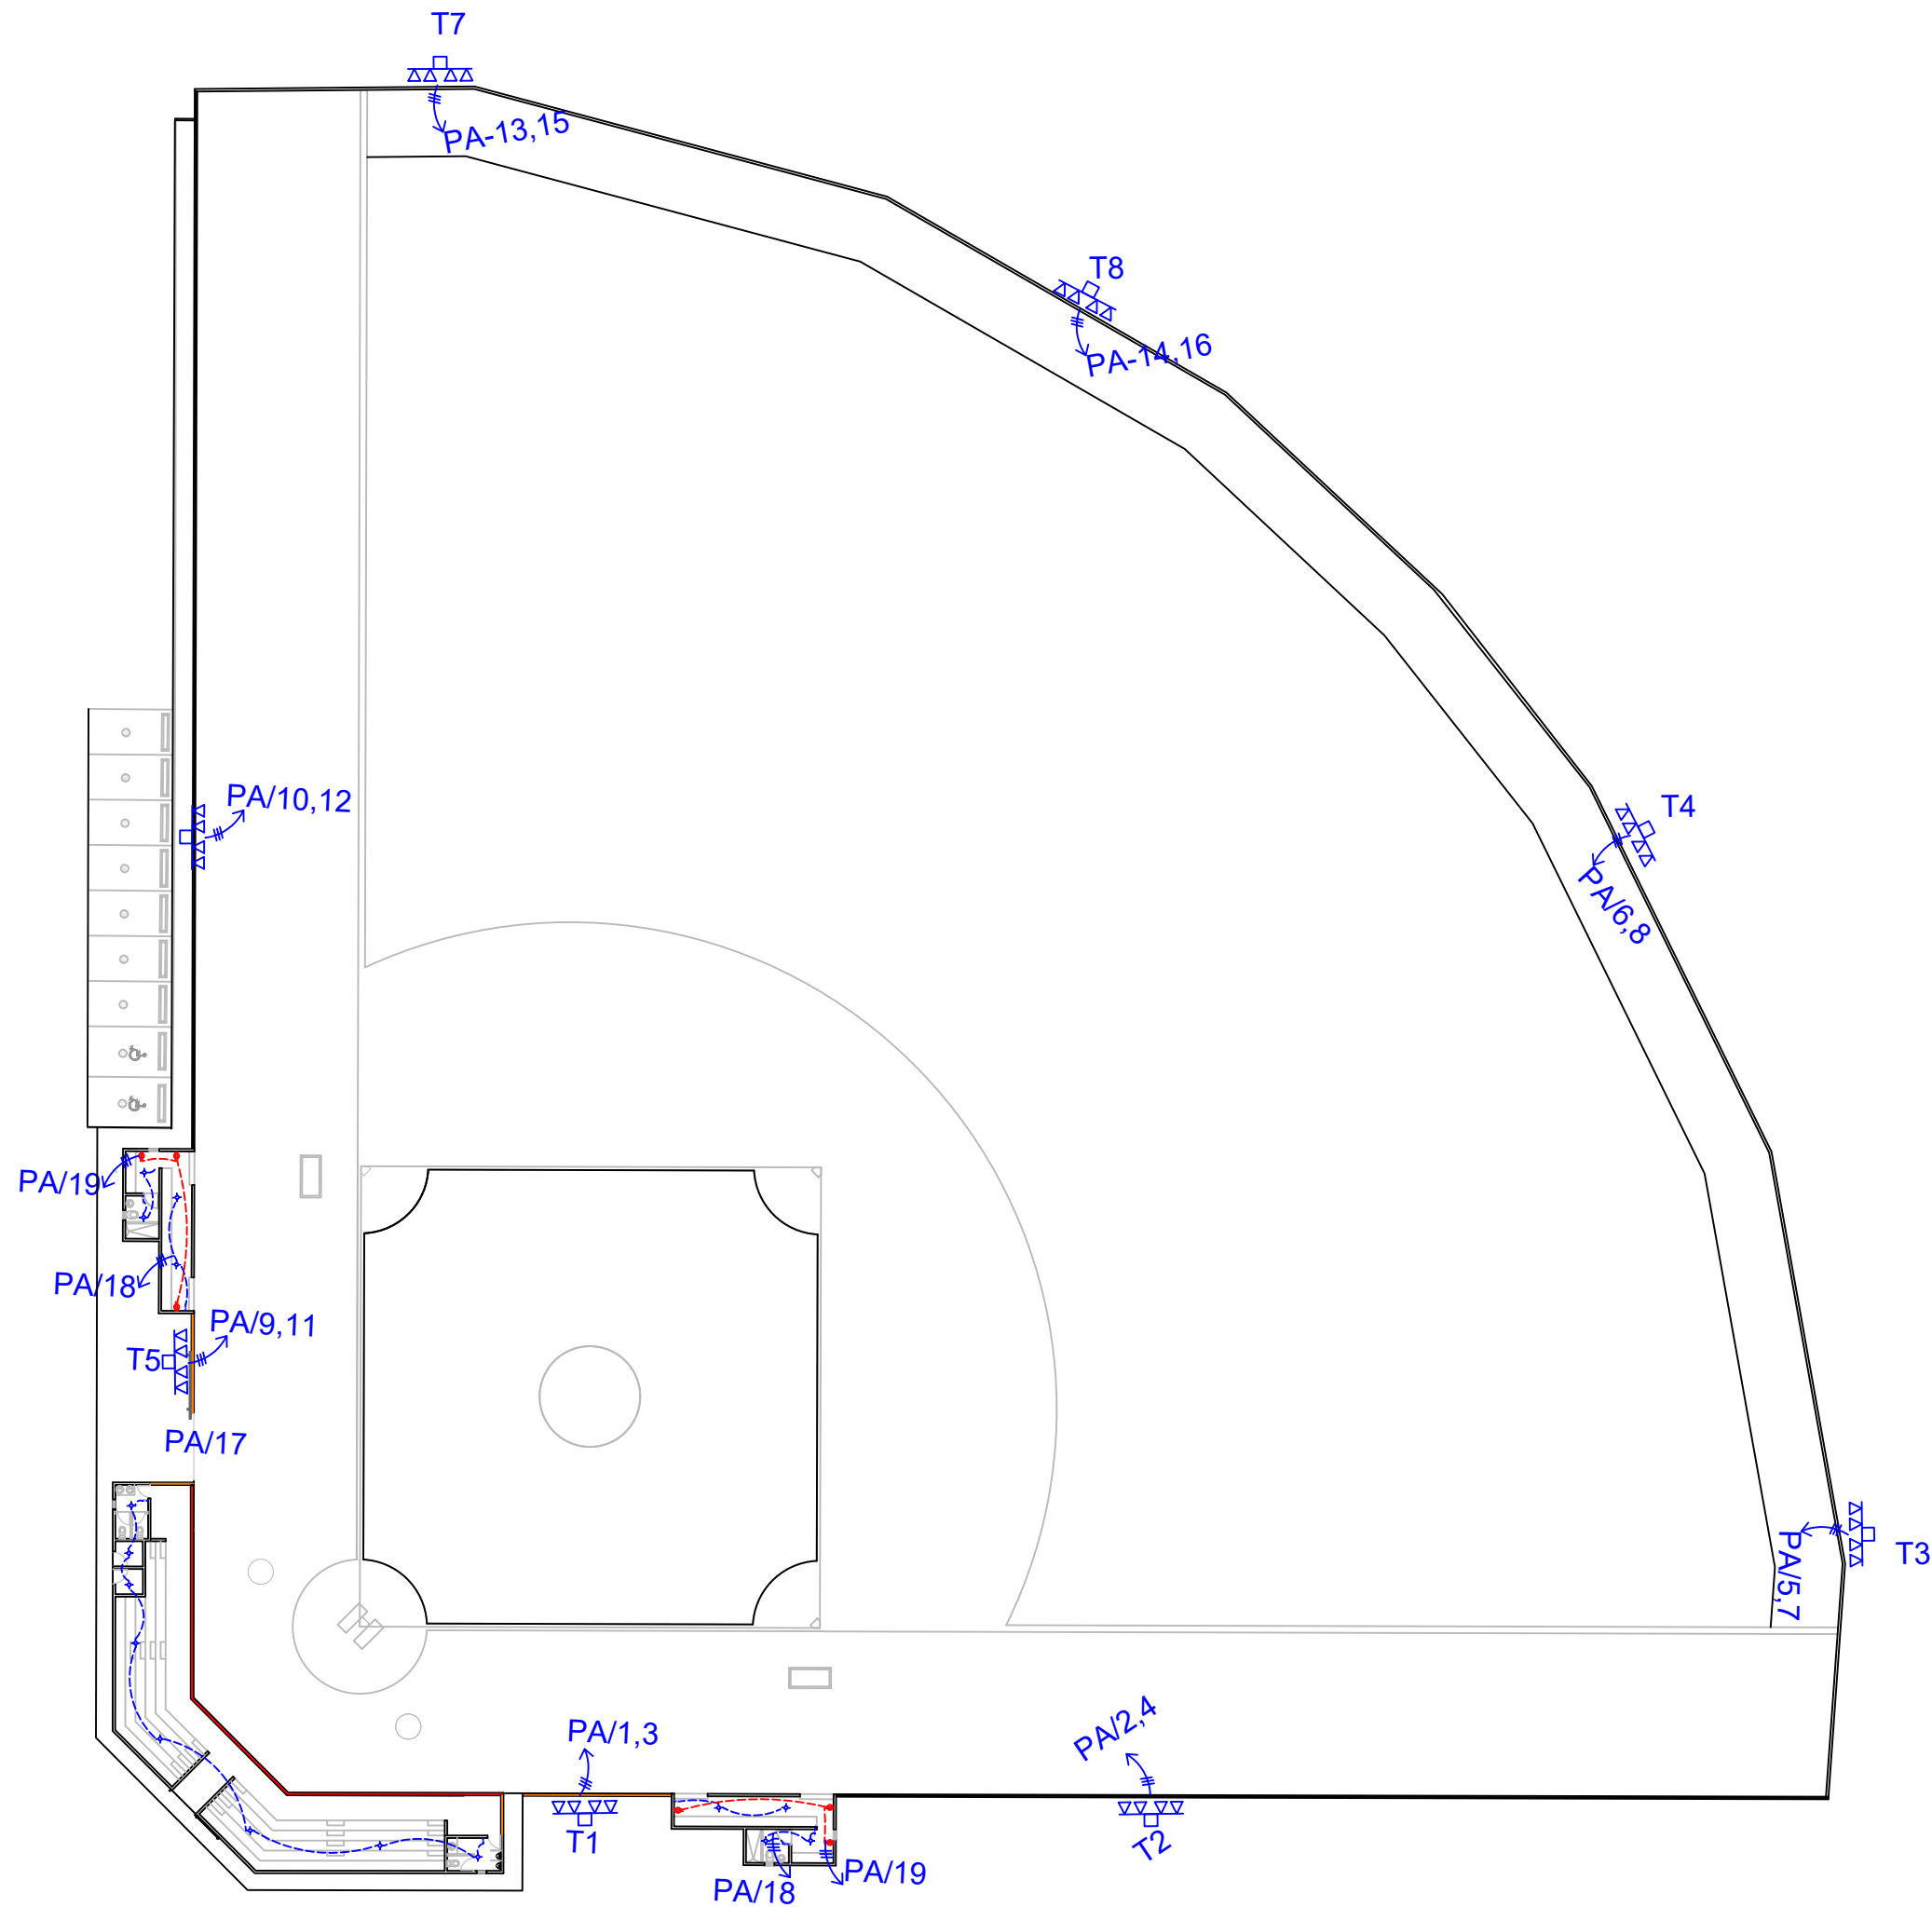

LEYENDA	
SIMBOLOGÍA	NOMBRE
	Luces de Techo
	Luces colgante tipo campana
	Lampara flouir 4x4
	Lampara flouir 2x4
	Luces de Pared
	Interruptores sencillo, 15A, 120V
	Interruptores doble, 15A, 120V
	Interruptores triple, 15A, 120V
	Interruptores 3 Way, 15A, 120V
	Interruptores 4 Way, 15A, 120V
	Interruptores Con luz piloto, 15A, 120V
	Poste Hormigon Armado 50' con escalerilla lampara MH, 1500W, 240 V
	Toma Corriente 120V, Doble, 20A
	Toma Corriente 240V, Sencillo, 30A
	Toma Corriente 120 de UPS, Doble, 20A
	Teléfono
	Antena de Televisión
	Data
	Hacia el Panel con 2 hilos
	Hacia el Panel con 3 hilos
	Tubería Empotrada en Losa
	Tubería Empotrada en Tierra
	Panel de Distribución Eléctrica
	Panel Board
	Breaker
	Registro
	Medidor o contador
	Transformador
	Abanico de Techo
	Equipos Eléctricos
	Transfer Switch
	Módulo de Contador
	Enclosed Breaker
	Tubería Empotrada con 3 hilos
	Inversor, UPS



DIRECCION DE DESARROLLO PROVINCIAL DDP

Ave. Dr. Delgado, Esq. Moises García, Gazcue, Sto. Dgo., R.D.
TEL.: (809)-364-2189 | FAX.: (809)- 688-1665
E-Mail: info@cpadp.gob.do

PROYECTO:
CONSTRUCCIÓN CAMPO DE BÉISBOL HERMANOS OLIVO
MUNICIPIO MONTE CRISTI, PROVINCIA MONTE CRISTI

EQUIPO DE TRABAJO:
DISEÑO ARQUITECTÓNICO
ARQ. _____
codia 00000

ENC. INGENIERÍA
ING. FIOR DALIZA BONIFACIO
codia 00000

ESTRUCTURAL
ING. Leopoldo Berroa
codia 00000

ELÉCTRICO
ING. Juan Pérez
codia 00000

HIDRO-SANITARIO
ING. Francis Estévez
codia 00000

SELLO DE APROBACIÓN:


FECHA: _____


CONTENIDO:
PLANTA INSTALACIONES ELECTRICAS


ESCALA:
1:100

Septiembre 2026

NO. PÁGINA:
007

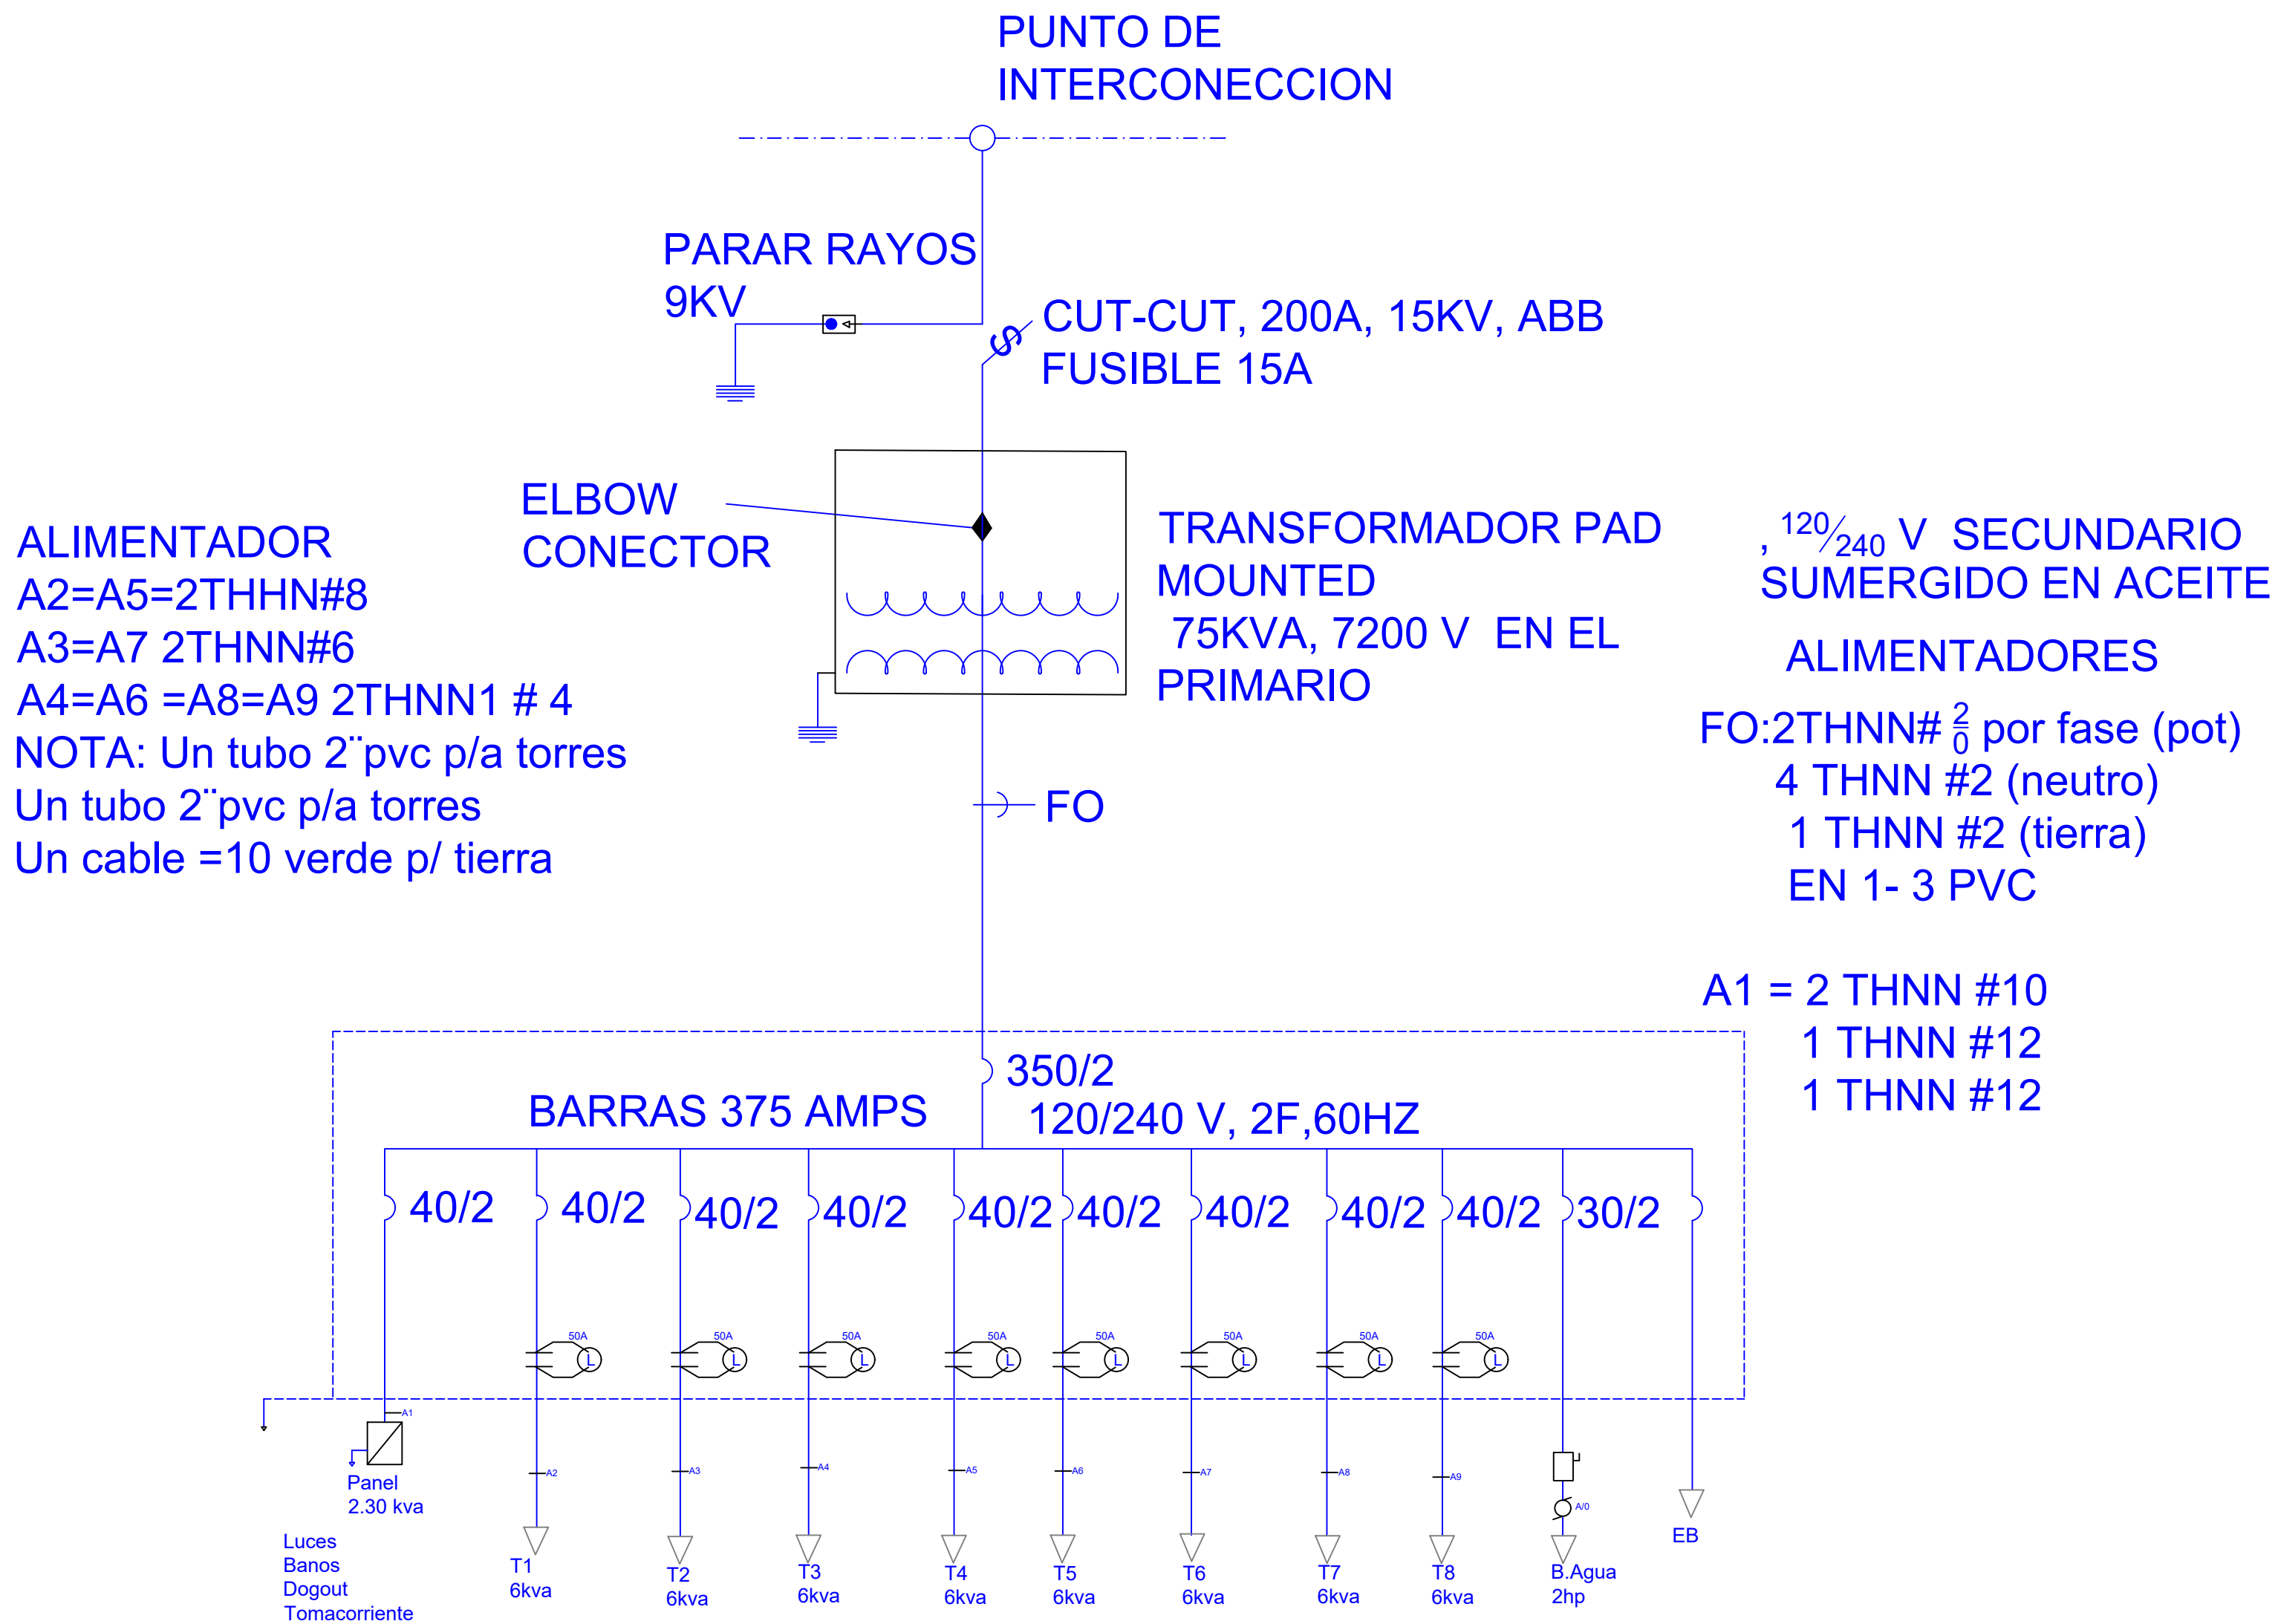

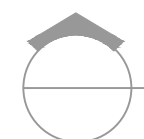 DRIAGRAMA UNIFILAR
ESC. N/E

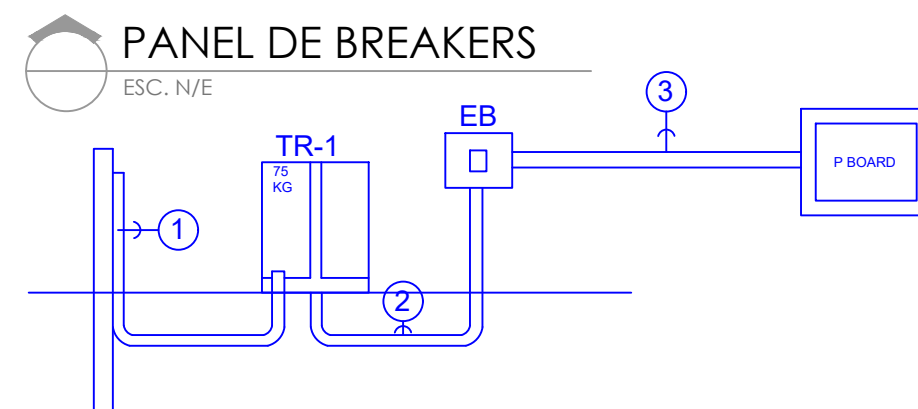

N/A

PROYECTO:
CONSTRUCCIÓN CAMPO DE BÉISBOL
HERMANOS OLIVO
MUNICIPIO MONTE CRISTI,
PROVINCIA MONTE CRISTI

EQUIPO DE TRABAJO:

DISEÑO ARQUITECTÓNICO
ARQ.
codia 00000

ENC. INGENIERÍA
ING. FIOR DALIZA BONIFACIO
codia 00000

ESTRUCTURAL
ING. Leopoldo Berroa
codia 00000

ELÉCTRICO
ING. Juan Pérez
codia 00000

HIDRO-SANITARIO
ING. Francis Estévez
codia 00000

SELLO DE APROBACIÓN:


FECHA:

CONTENIDO:
DIAGRAMA UNIFILAR

ESCALA:

Septiembre 2026

NO. PÁGINA:
008

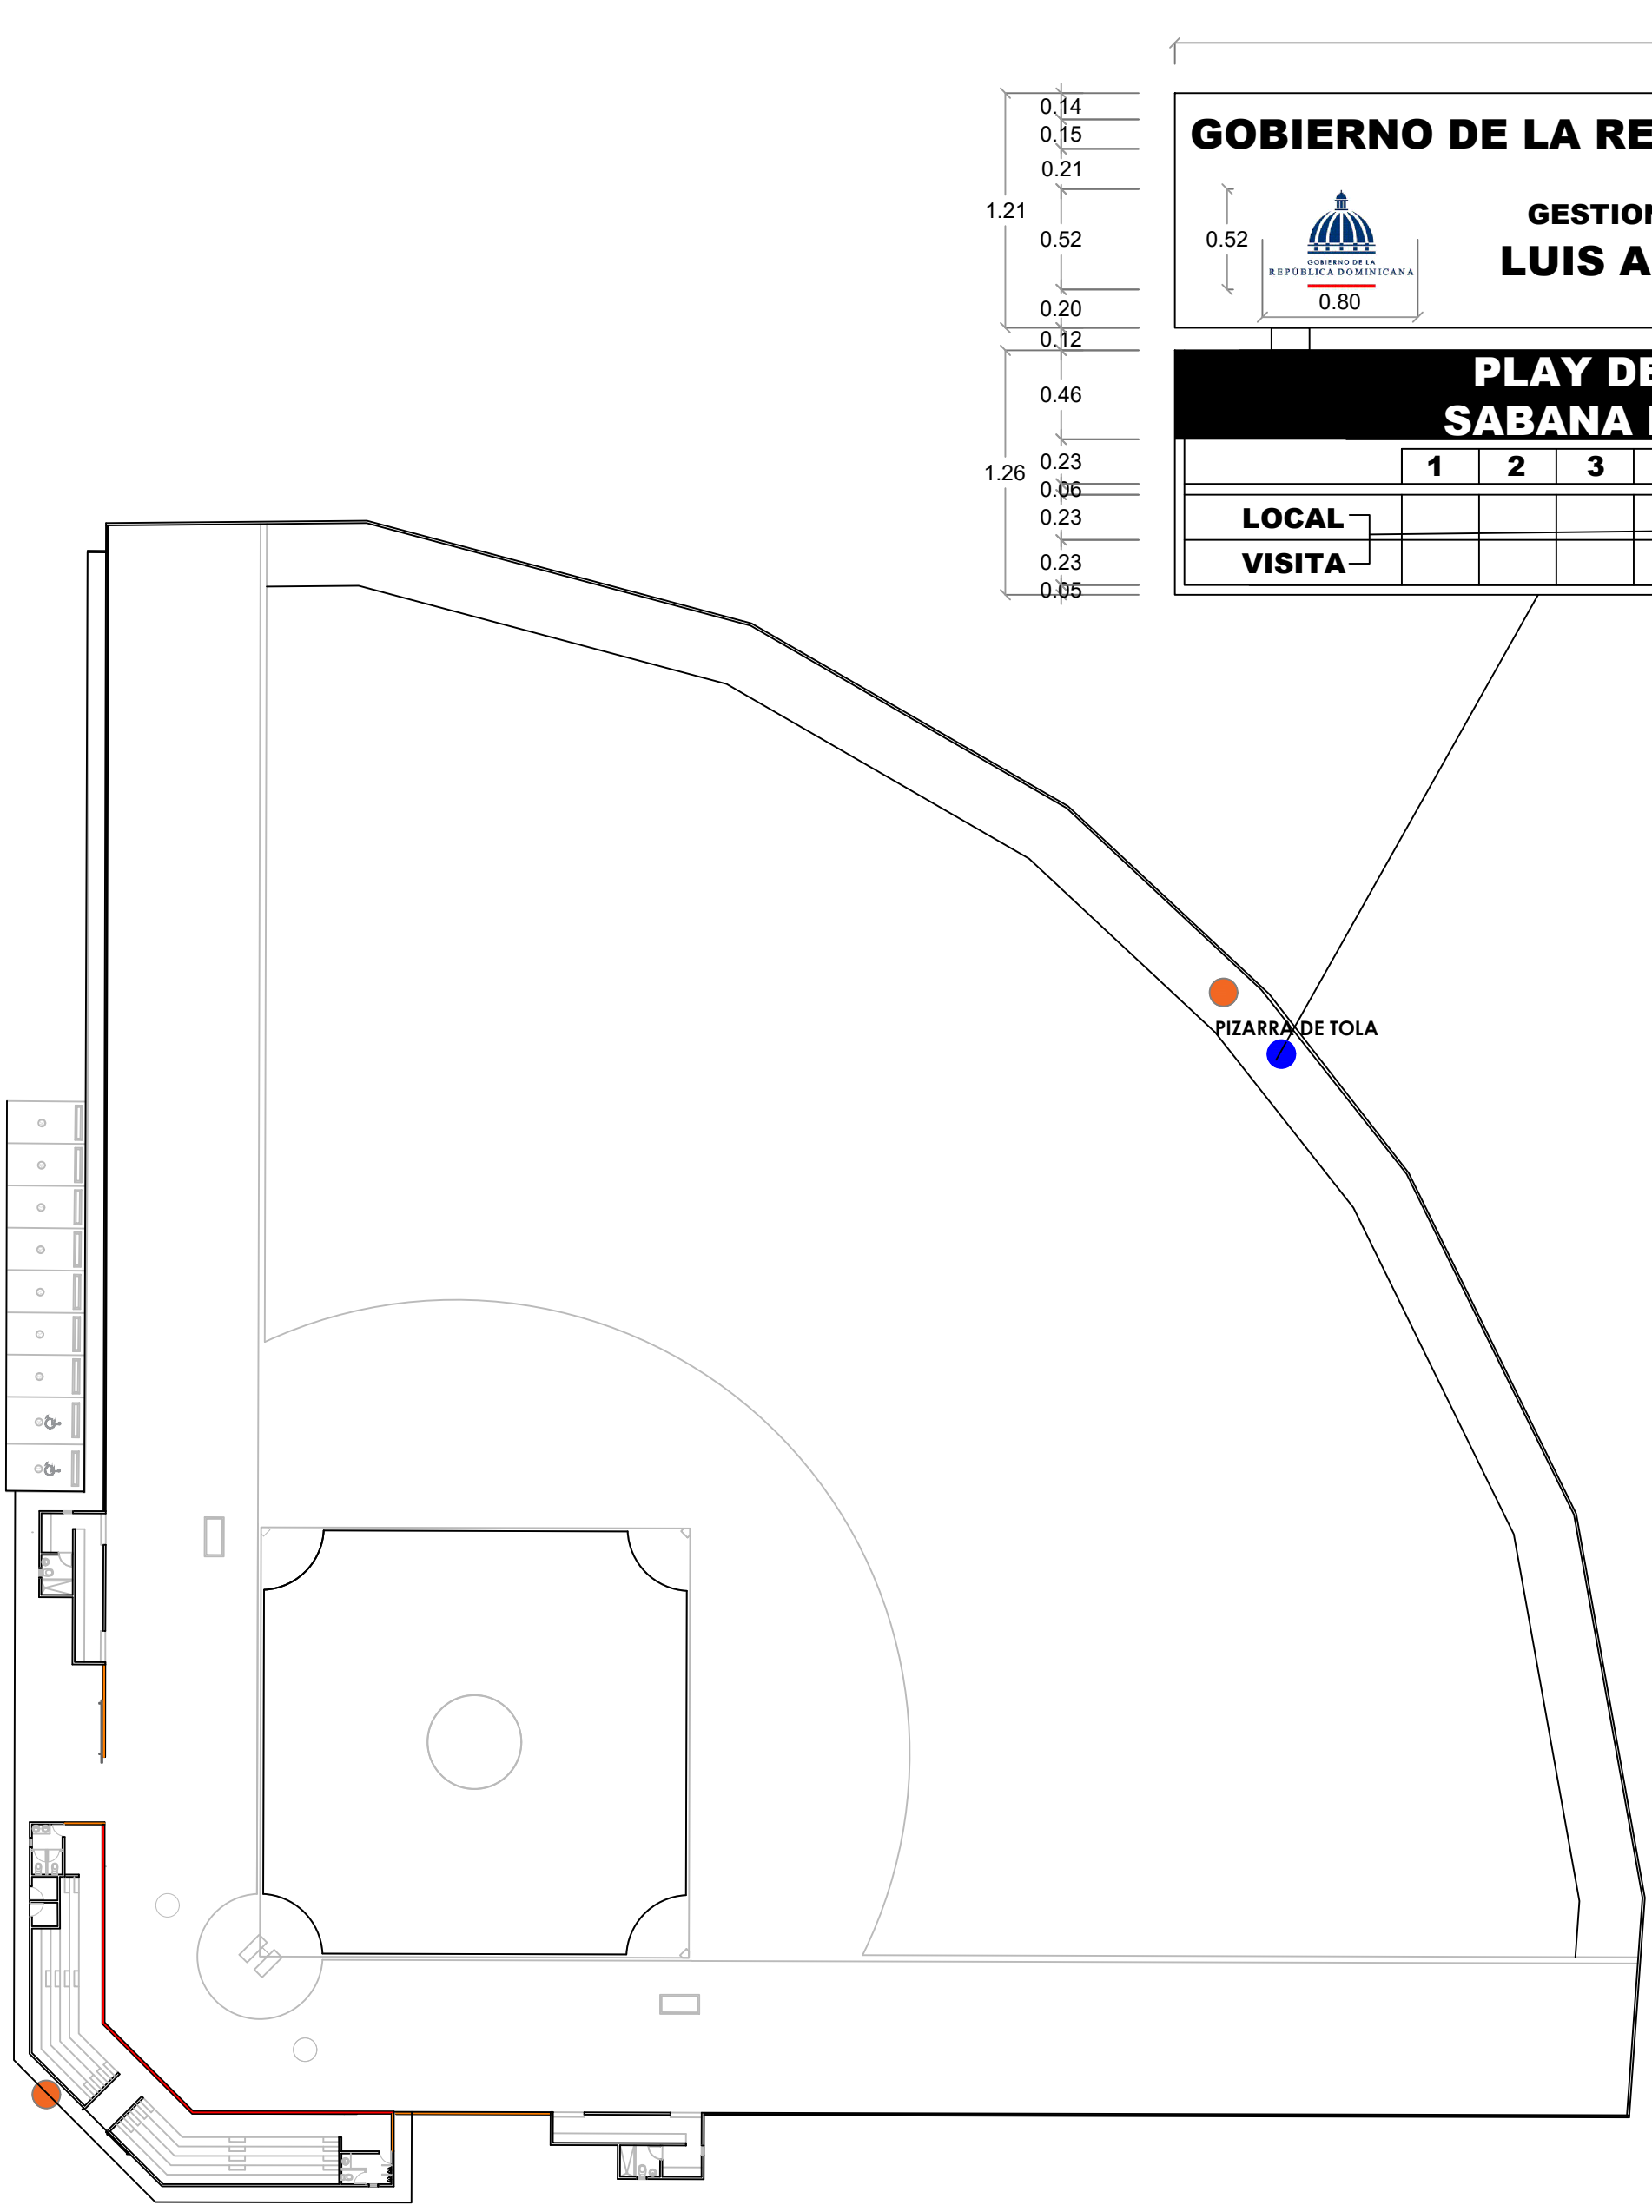

GOBIERNO DE LA REPÚBLICA DOMINICANA

0.52

GOBIERNO DE LA REPÚBLICA DOMINICANA

0.80

GESTION 2024-2028

LUIS ABINADER

6"

4"

6"

PLAY DE BEISBOL SABANA DE PAYABO										
	1	2	3	4	5	6	7	8	9	10
LOCAL										
VISITA										

PERFILES DE ACERO 8"

LAS LETRAS SERAN DE 6"

4"

LEYENDA ZONIFICACION DE LOGOS		
SIMBOLO	DESCRIPCION	CANTIDAD
●	LOGOS	2

NOTA: CADA LOGO TENDRA DE DIAMETRO 1.20 M
ESTA CENTRALIZADO RESPECTO AL ESPACIO
DONDE SE UBICA, ESTO ES DE ACUERDO AL
ANCHO Y AL ALTO DEL AREA



DIRECCION DE DESARROLLO
PROVINCIAL
DDP

Ave. Dr. Delgado, Esq. Moises García,
Gazcue, Sto. Dgo., R.D.
TEL.: (809)-364-2189 | FAX.: (809)- 688-1665
E-Mail: info@cpadp.gob.do

PROYECTO:
**CONSTRUCCIÓN CAMPO DE BÉISBOL
HERMANOS OLIVO
MUNICIPIO MONTE CRISTI,
PROVINCIA MONTE CRISTI**

EQUIPO DE TRABAJO:
DISEÑO ARQUITECTÓNICO
ARQ. _____
codia 00000
ENC. INGENIERÍA
ING. FIOR DALIZA BONIFACIO
codia 00000

ESTRUCTURAL
ING. Leopoldo Berroa
codia 00000

ELÉCTRICO
ING. Juan Pérez
codia 00000

HIDRO-SANITARIO
ING. Francis Estévez
codia 00000

SELLO DE APROBACIÓN:

FECHA: _____

CONTENIDO:
DETALLE UBICACION
LOGOS Y PIZARRA

ESCALA:
1:100

Septiembre 2026

NO. PÁGINA:
009

PROYECTO:

**CONSTRUCCIÓN CAMPO DE BÉISBOL
HERMANOS OLIVO
MUNICIPIO MONTE CRISTI,
PROVINCIA MONTE CRISTI**

EQUIPO DE TRABAJO:

DISEÑO ARQUITECTÓNICO
ARQ.

codia 00000

ENC. INGENIERÍA
ING. FIOR DALIZA BONIFACIO
codia 00000

ESTRUCTURAL
ING. Leopoldo Berroa
codia 00000

ELÉCTRICO
ING. Juan Pérez
codia 00000

HIDRO-SANITARIO
ING. Francis Estévez
codia 00000

SELLO DE APROBACIÓN:

FECHA:


CONTENIDO:
DETALLES DE VERJA

ESCALA:


Septiembre 2026

NO. PÁGINA:


010

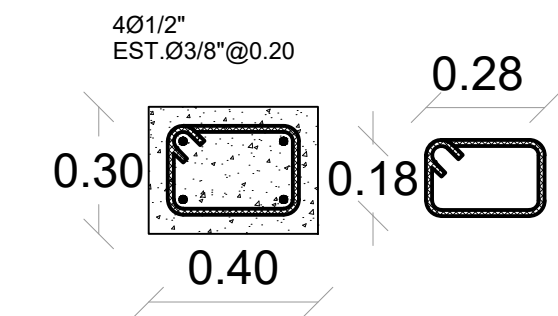


SECCION COLUMNA CA
Columna de amarre @ 3m
Esc. 1:50

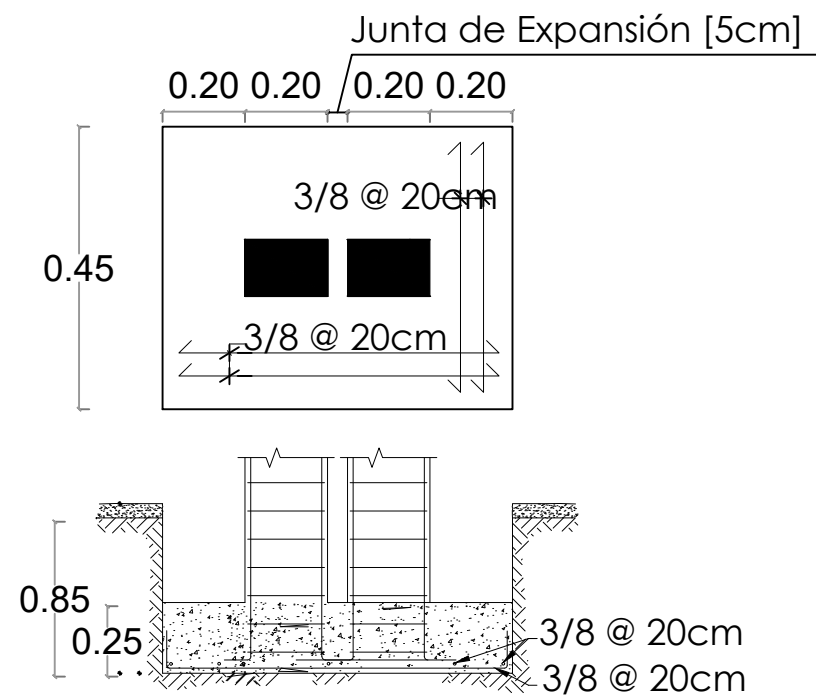


DETALLE ZAPATA COLUMNA EN JUNTA DE EXPANSIÓN
Una junta de expansión c/18m (cada 6 col. de amarre)

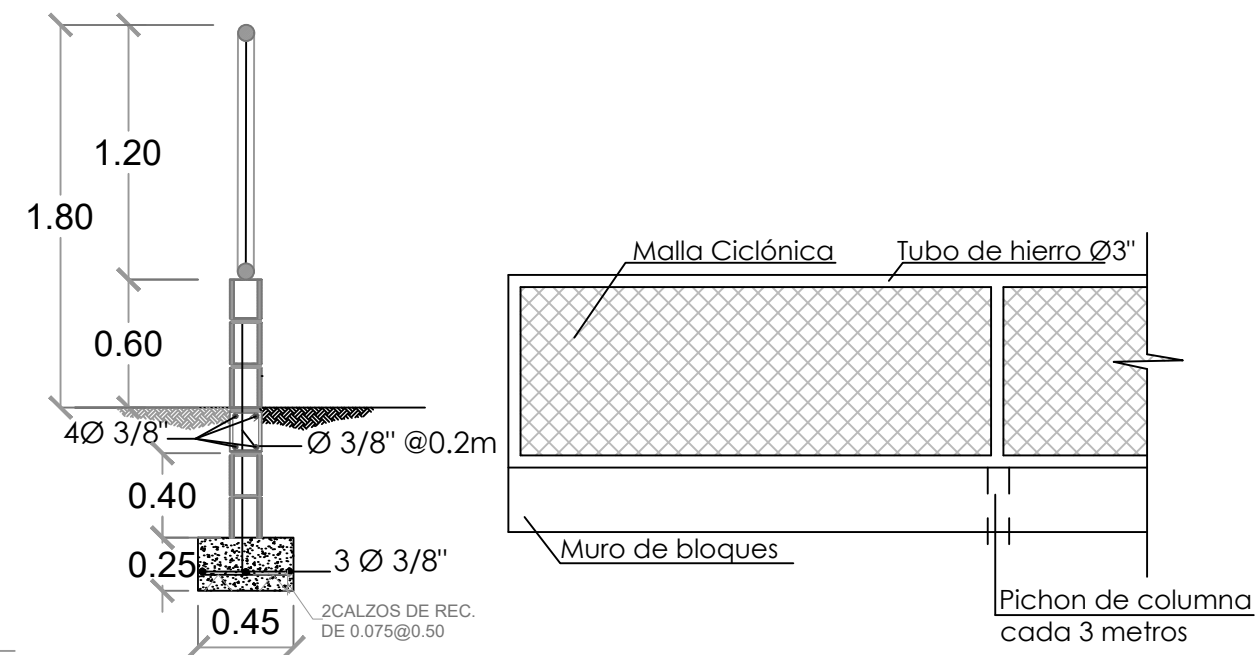


MURO DE BLOQUES Y MALLA CICLÓNICA
H=1.80 M L= 159.36 M

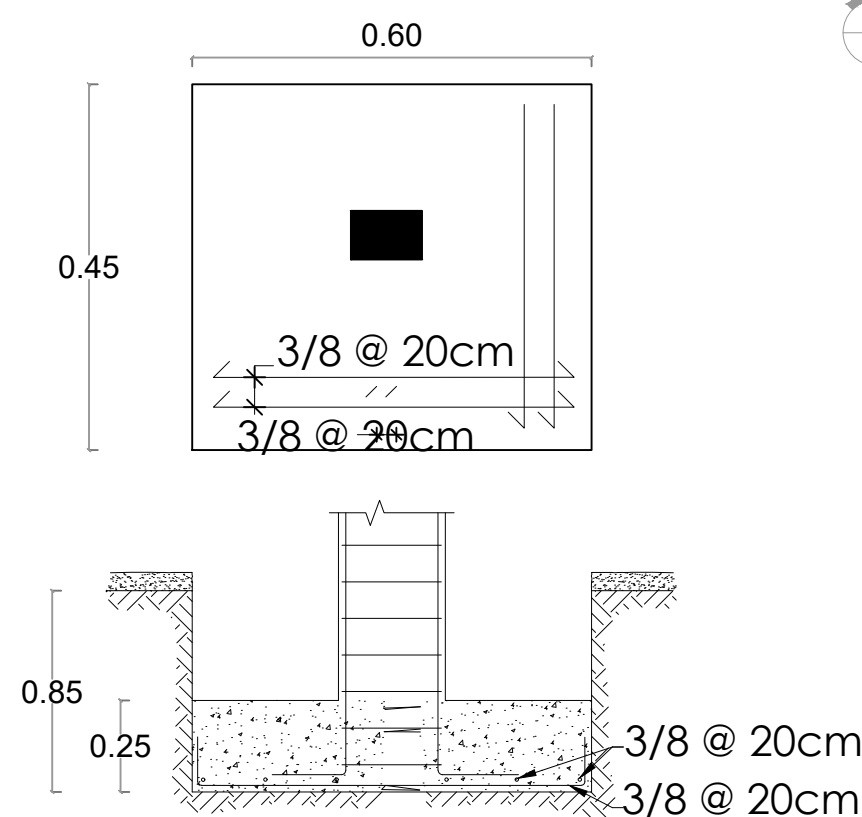


DETALLE ZAPATA COLUMNA CA

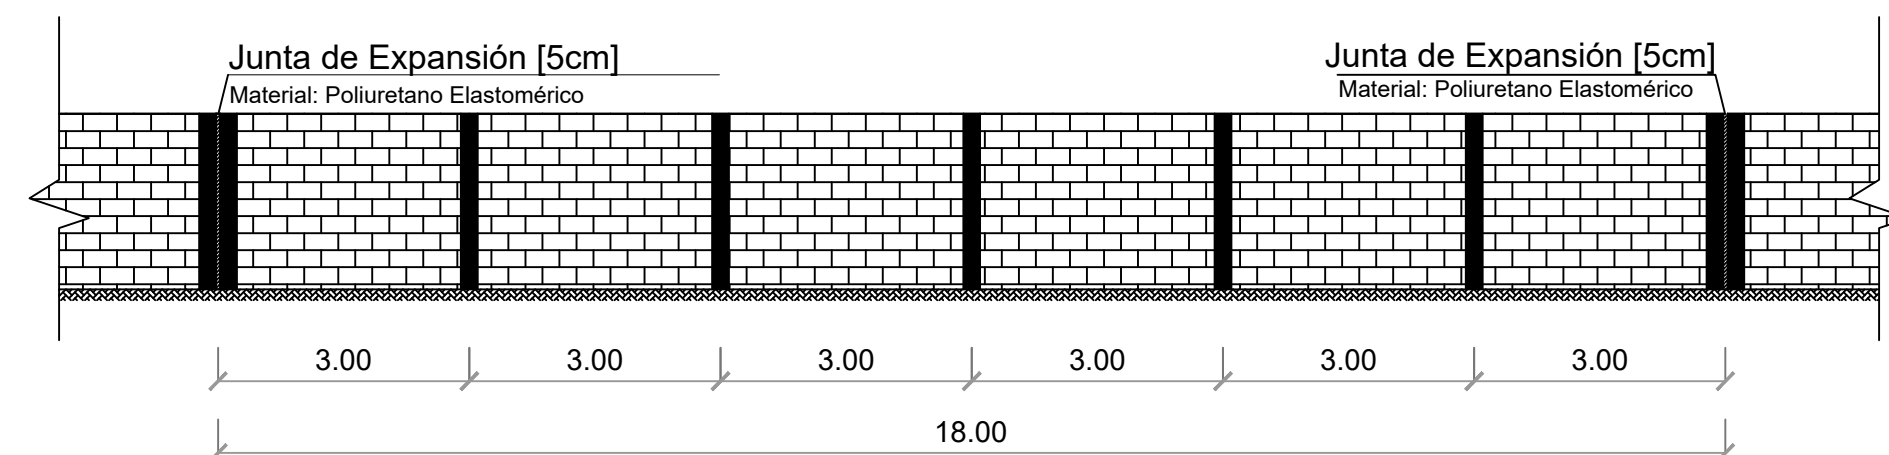


ELEVACIÓN VERJA DE BLOQUES C/ JUNTA DE EXPANSIÓN
Una junta de expansión c/18m (cada 6 col. de amarre)

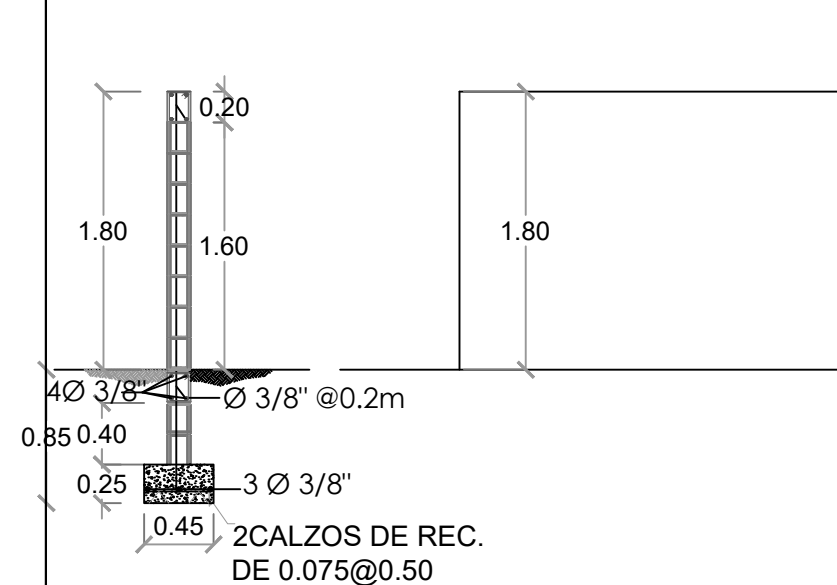

MURO DE BLOQUES H=1.80 M L= 191.27 M

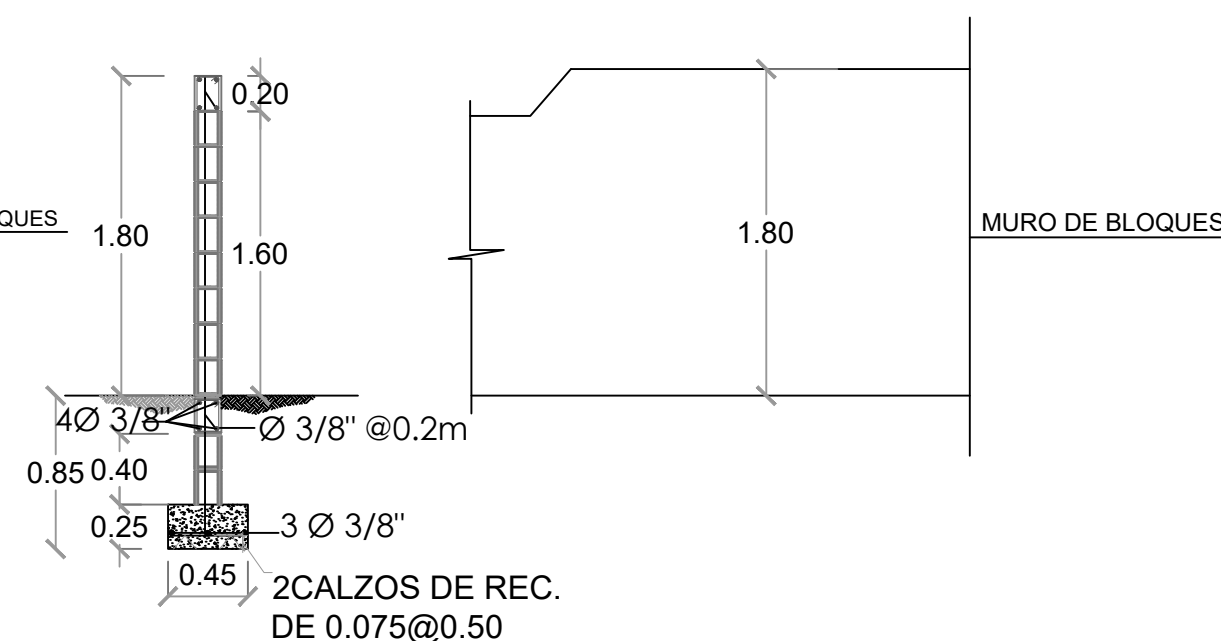

MURO DE BLOQUES - CENTER FIELD H=1.80 M L= 15.00 M

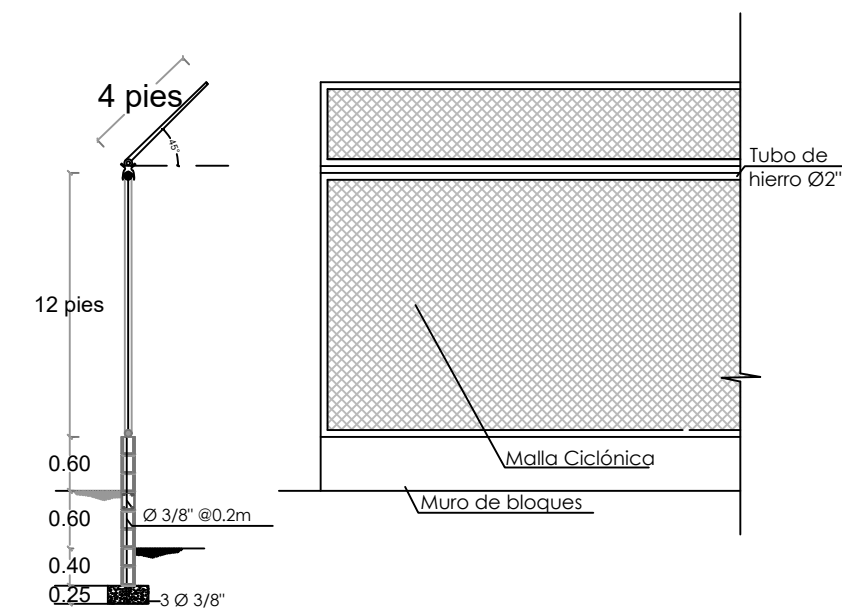

BACKSTOP H=5.40M L= 30.00 M



CONSTRUCCIÓN CAMPO DE BÉISBOL
HERMANOS OLIVO
MUNICIPIO MONTE CRISTI,
PROVINCIA MONTE CRISTI

codia 00000

ENC. INGENIERÍA
ING. FIOR DALIZA BONIFACIO
codia 00000

ESTRUTURAL
ING. Leopoldo Berroa
codia 00000

ELÉCTRICO
ING. Juan Pérez
codig 00000

HIDRO-SANITARIO
ING. Francis Estévez
codia 00000

SELO DE APROBACIÓN:

FECHA: _____

CONTENIDO:



PLANTA ARQUITECTÓNICA

ESCALA:
1:75

Septiembre 2026

NO. PÁGINA:


011

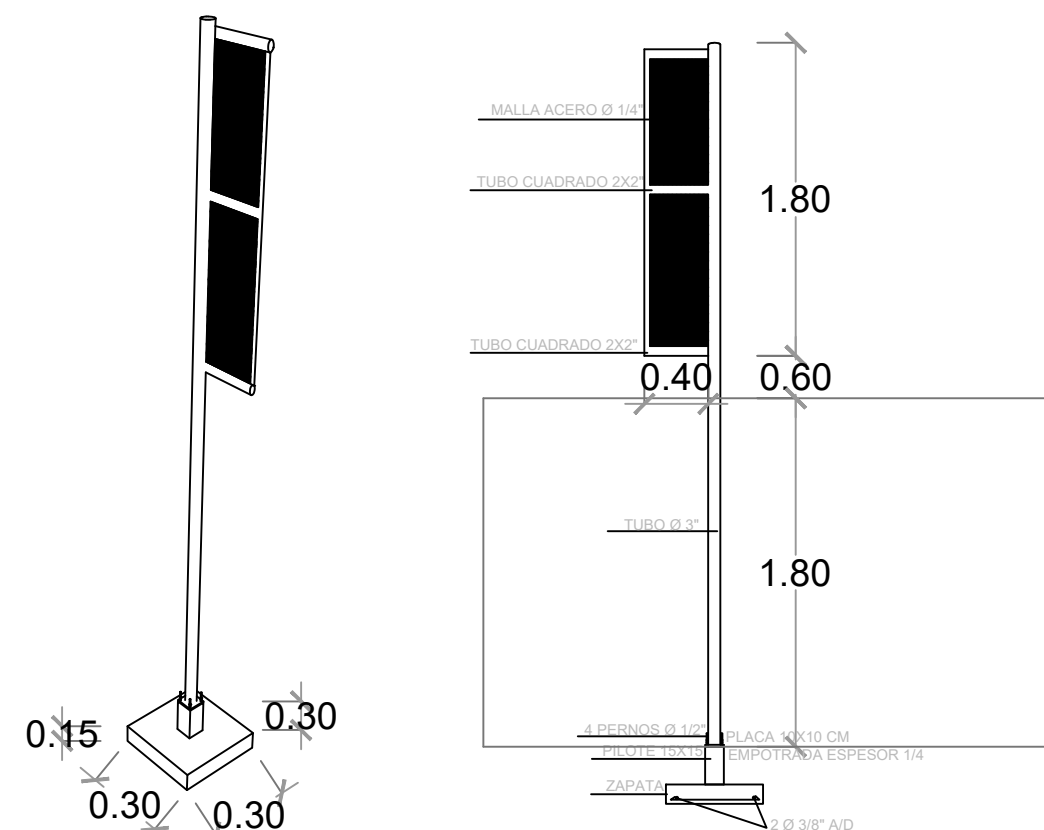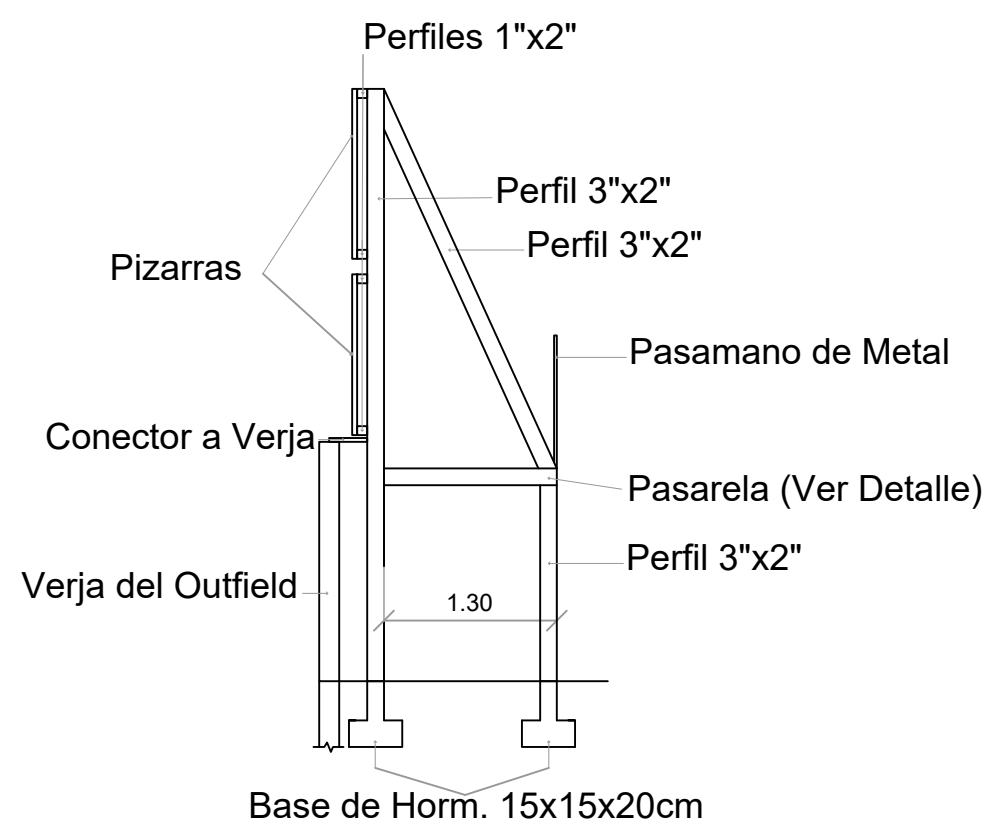

DETALLES DE PIZARRA Y
POSTE DE FOUL

DETTALLES POSTE DE FOUL

ESC. 1:100

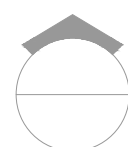

DETALLES DE PIZARRA EN TOLA

ESC. 1:100

PROYECTO:

CONSTRUCCIÓN CAMPO DE BÉISBOL
HERMANOS OLIVO
MUNICIPIO MONTE CRISTI,
PROVINCIA MONTE CRISTI

EQUIPO DE TRABAJO:

DISEÑO ARQUITECTÓNICO
ARQ.

codia 00000

ENC. INGENIERÍA
ING. FIOR DALIZA BONIFACIO
codia 00000

ESTRUCTURAL
ING. Leopoldo Berroa
codia 00000

ELÉCTRICO
ING. Juan Pérez
codia 00000

HIDRO-SANITARIO
ING. Francis Estévez
codia 00000

SELLO DE APROBACIÓN:

FECHA:

CONTENIDO:

PLANTA ARQUITECTÓNICA


ESCALA:

1:50

Septiembre 2026


NO. PÁGINA:

012

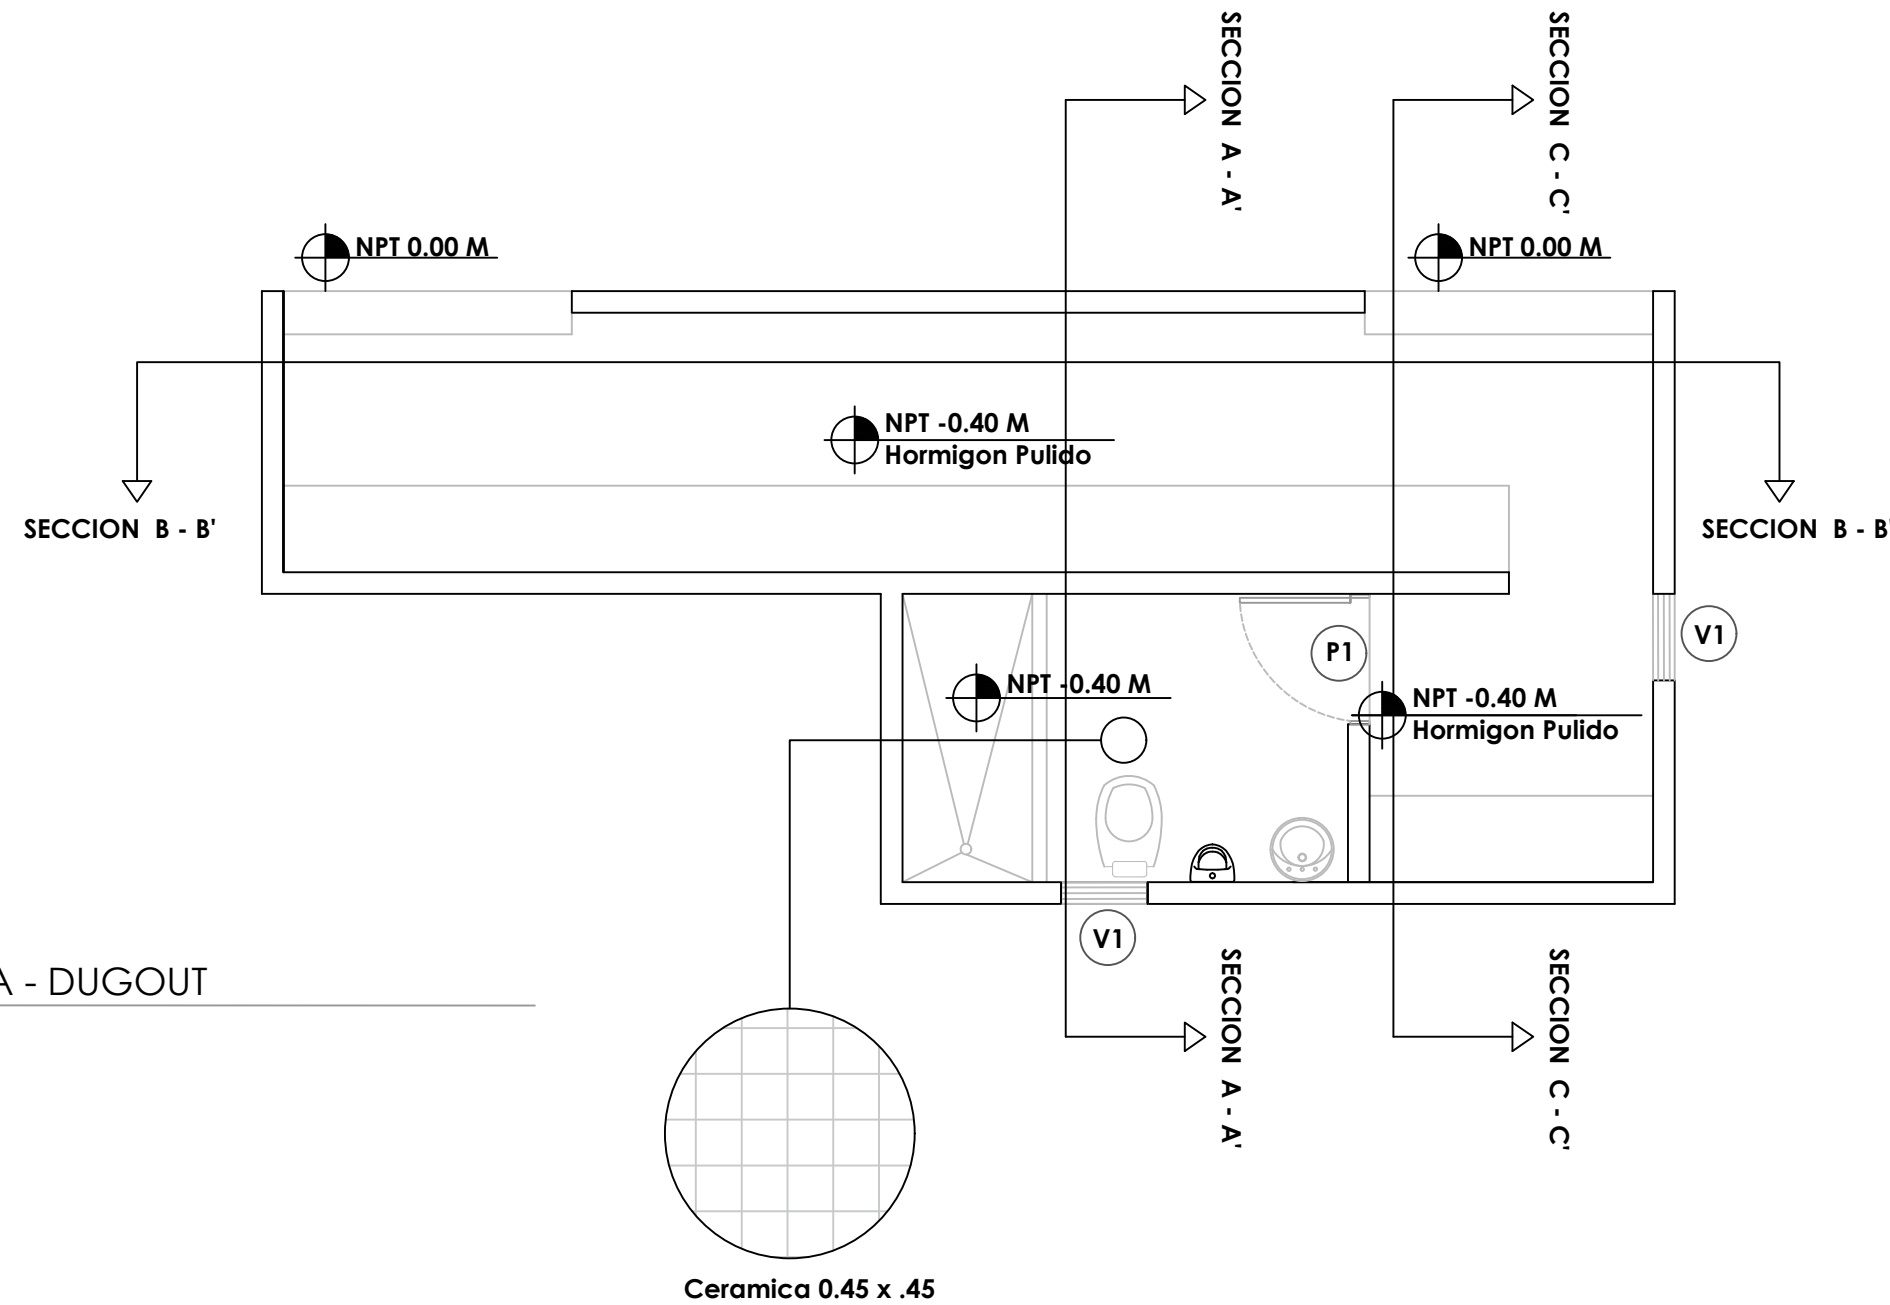

1
00
PLANTA ARQUITECTONICA - DUGOUT
ESC. 1:50

LEYENDA ZONIFICACION DE LOGOS		
SIMBOLO	DESCRIPCION	CANTIDAD
V1	VENTANA DE CELOSIA METALICA Dim= 0.60 m X 0.60 m	2
P1	PUERTA POLIMETALICA EVERDOOR Dim= 0.90 m X 2.10 m	1

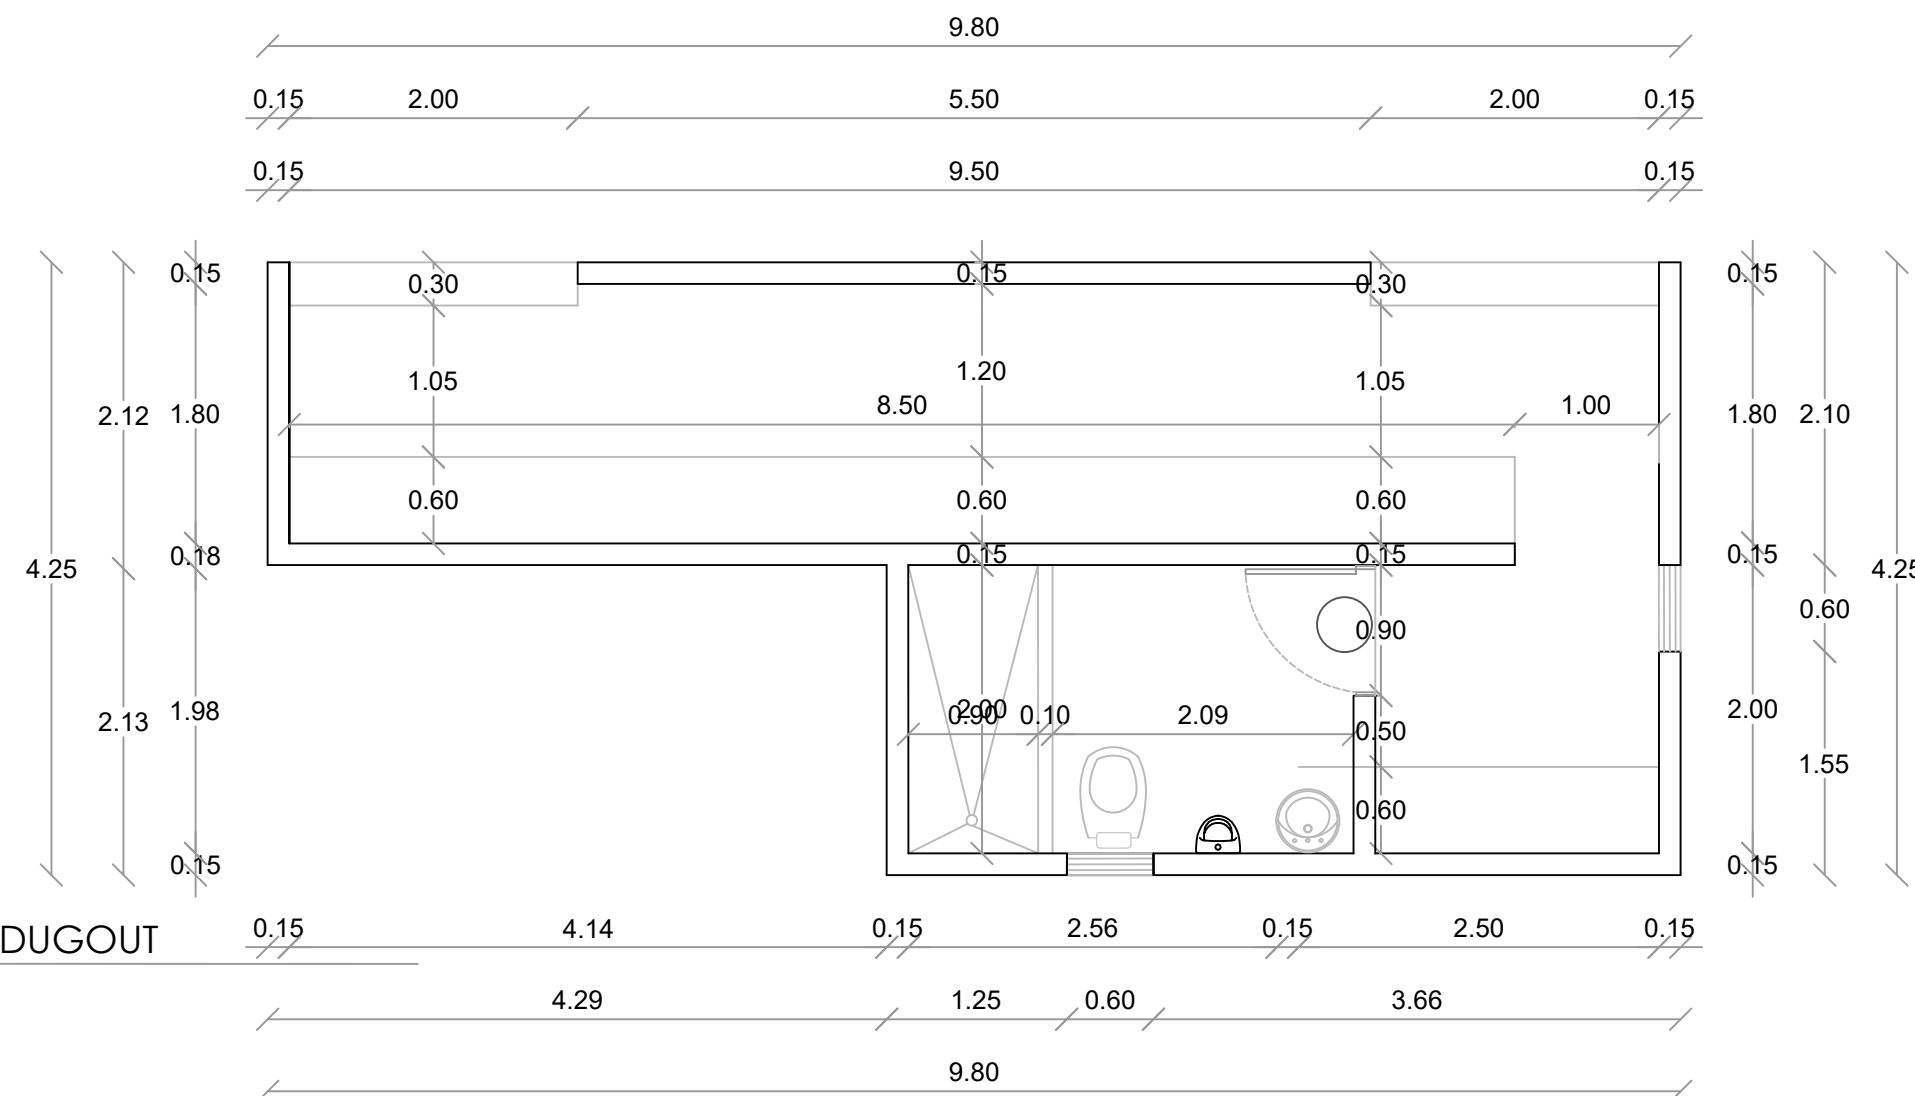

1
00
PLANTA ARQ. DIMENSIONADA - DUGOUT
ESC. 1:50

PROYECTO:

**CONSTRUCCIÓN CAMPO DE BÉISBOL
HERMANOS OLIVO
MUNICIPIO MONTE CRISTI,
PROVINCIA MONTE CRISTI**

EQUIPO DE TRABAJO:

DISEÑO ARQUITECTÓNICO
ARQ.

codia 00000

ENC. INGENIERÍA
ING. FIOR DALIZA BONIFACIO

codia 00000

ESTRUCTURAL
ING. Leopoldo Berroa

codia 00000

ELÉCTRICO
ING. Juan Pérez

codia 00000

HIDRO-SANITARIO
ING. Francis Estévez

codia 00000

SELLO DE APROBACIÓN:

FECHA: _____

CONTENIDO:

PLANTA ARQUITECTÓNICA


ESCALA:

1:50


Septiembre 2026

NO. PÁGINA:


013

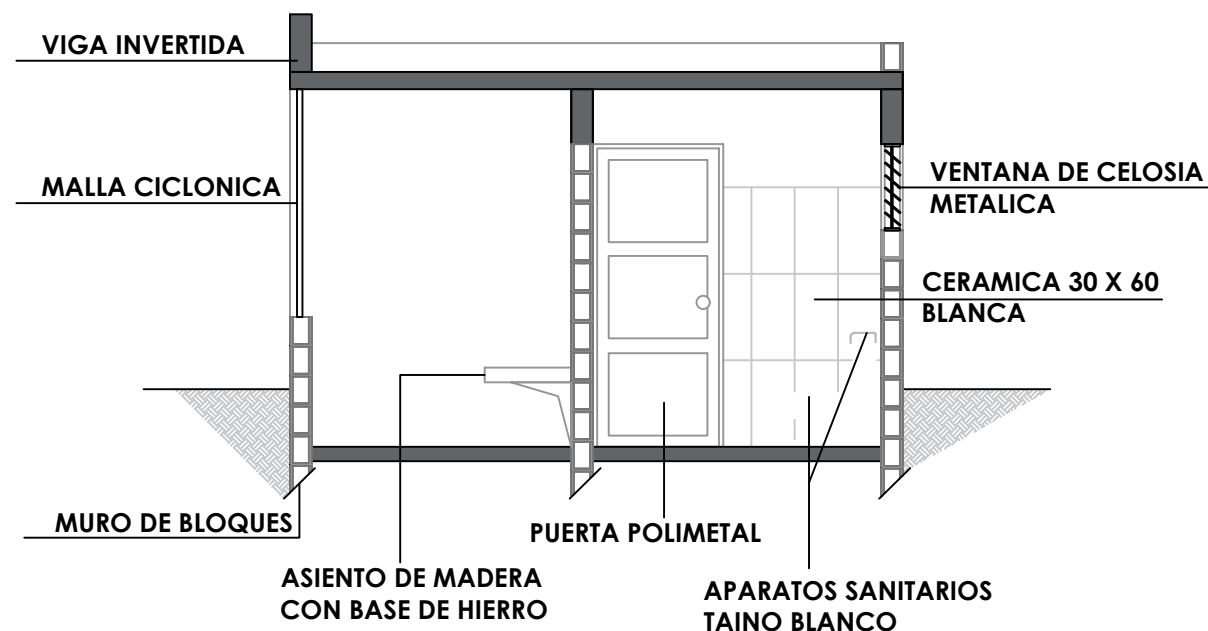


SECCION A-A' - DETALLE
ESC. 1:50

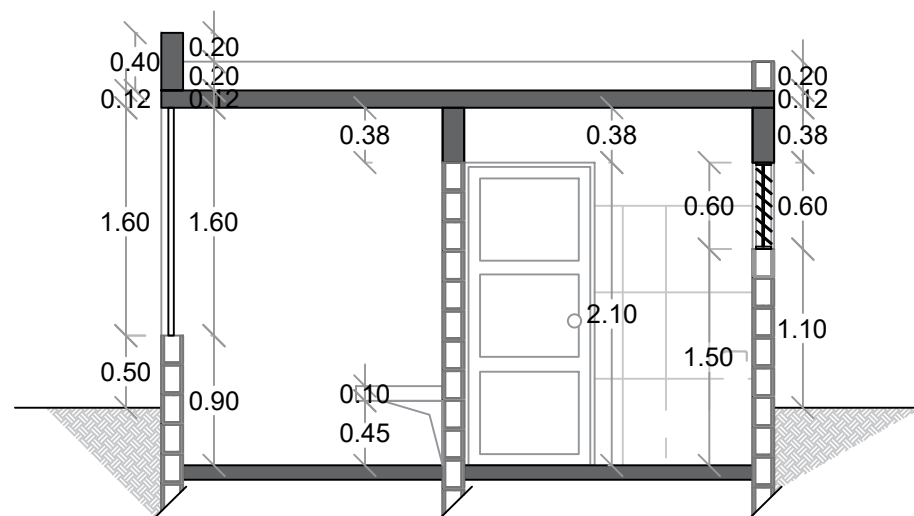


SECCION A-A' - DIMENSIONADA
ESC. 1:50

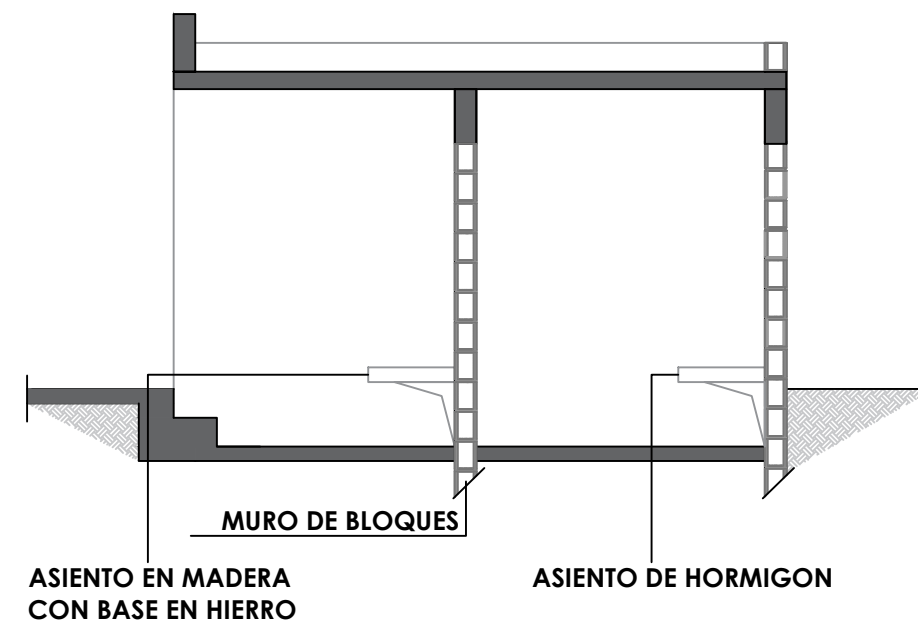


SECCION C-C' - DETALLE
ESC. 1:50

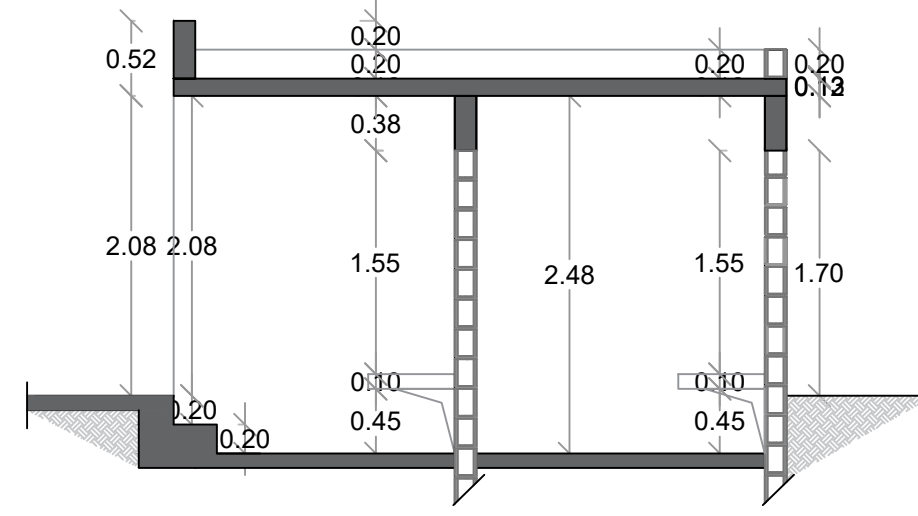


SECCION C-C' - DIMENSIONADA
ESC. 1:50

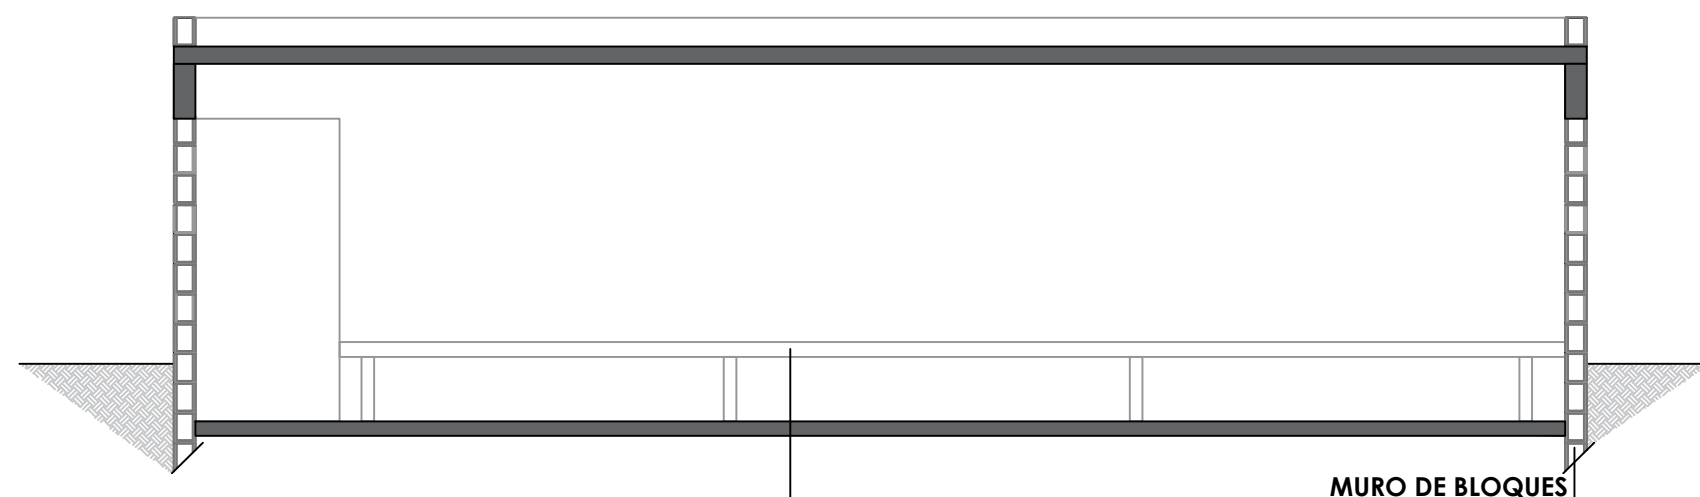


SECCION B-B' - DETALLE
ESC. 1:50

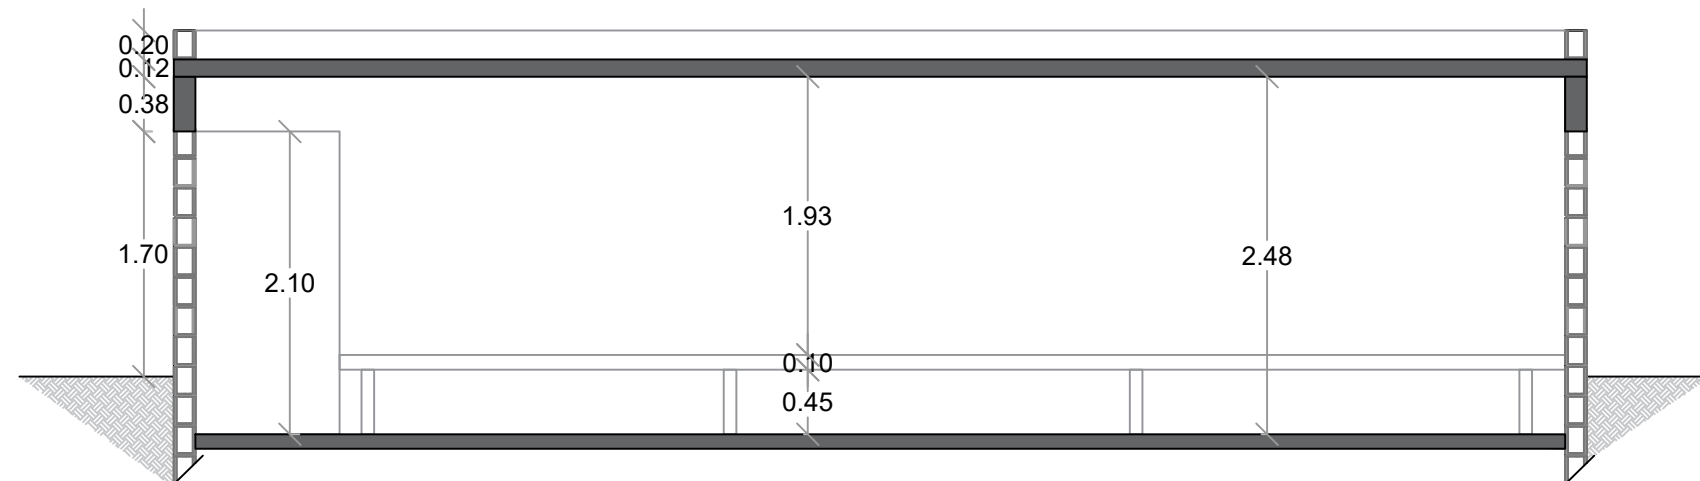


SECCION B-B' - DIMENSIONADA
ESC. 1:50

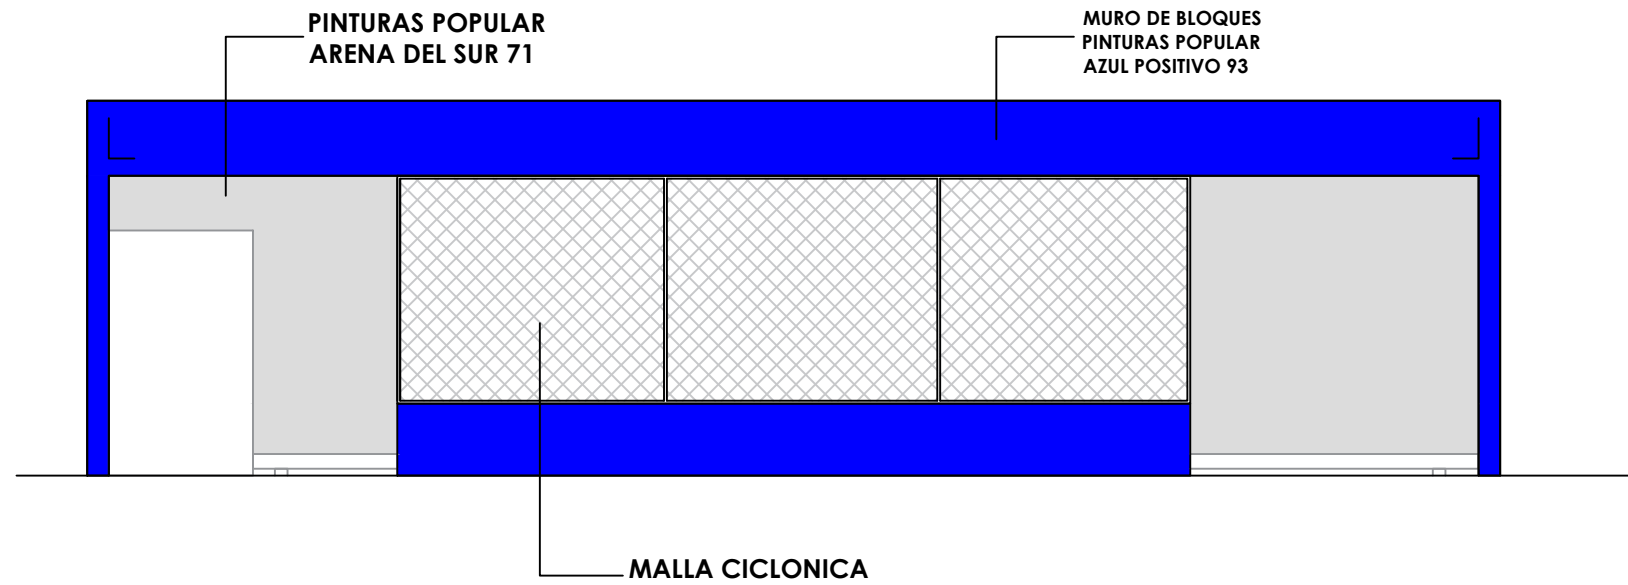


1
00
ELEVACION FRONTAL - DETALLE
ESC. 1:50

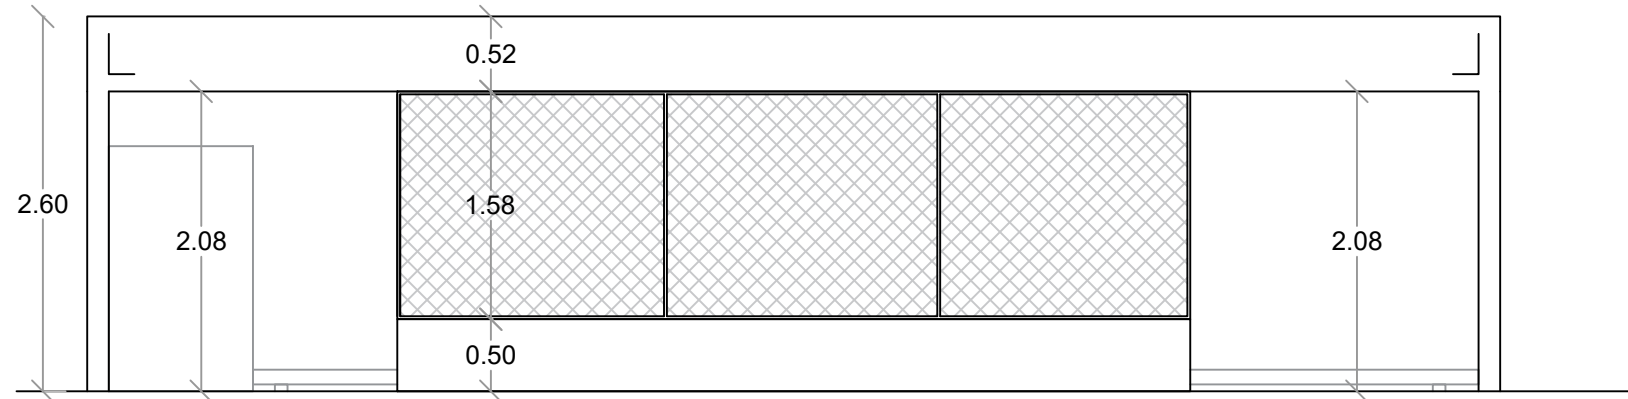


00
ELEVACION FRONTAL - DIMENSIONADA
ESC. 1:50

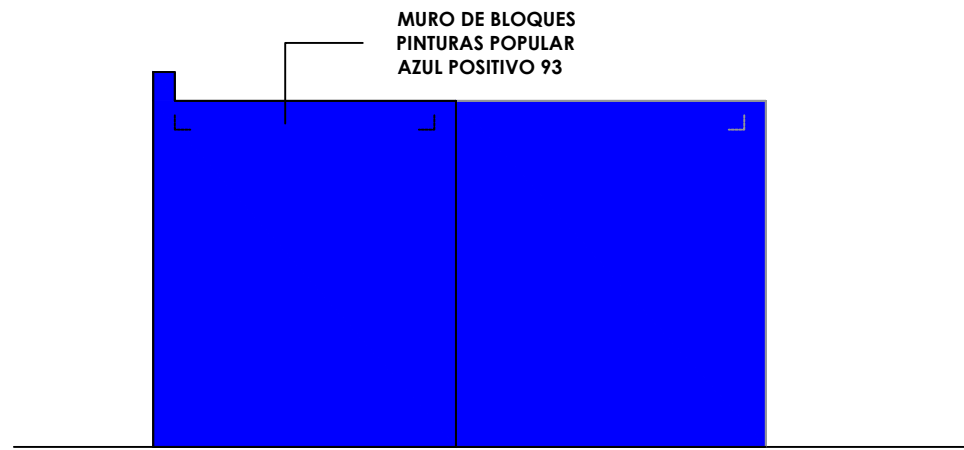


1
00
ELEVACION LAT. DERECHO - DETALLE
ESC. 1:50

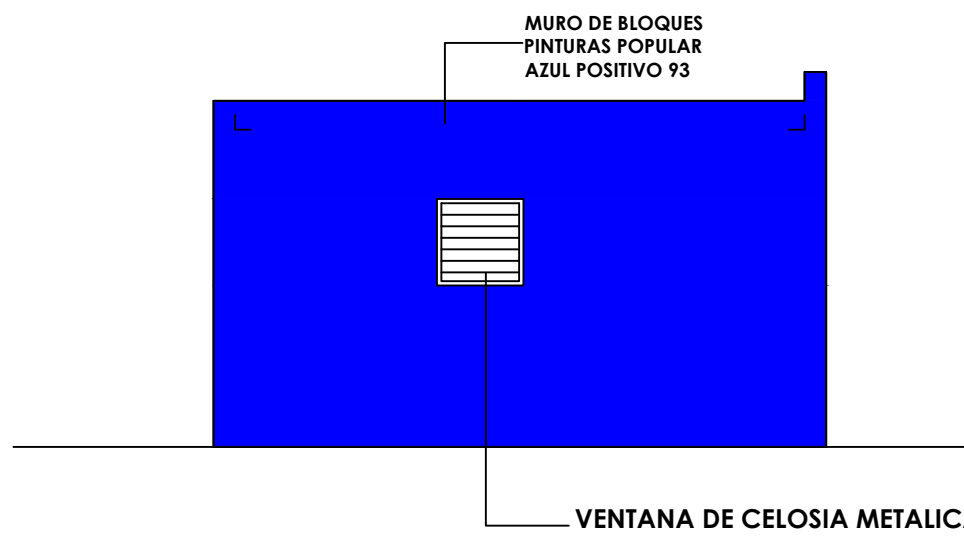

1
00
ELEVACION LAT. IZQUIERDO - DETALLE
ESC. 1:50

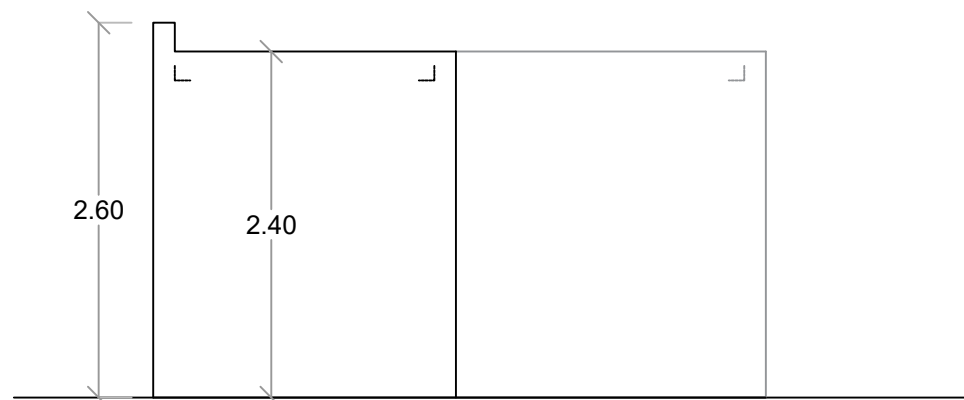

00
ELEVACION LAT. DERECHO - DIMENSIONADA
ESC. 1:50

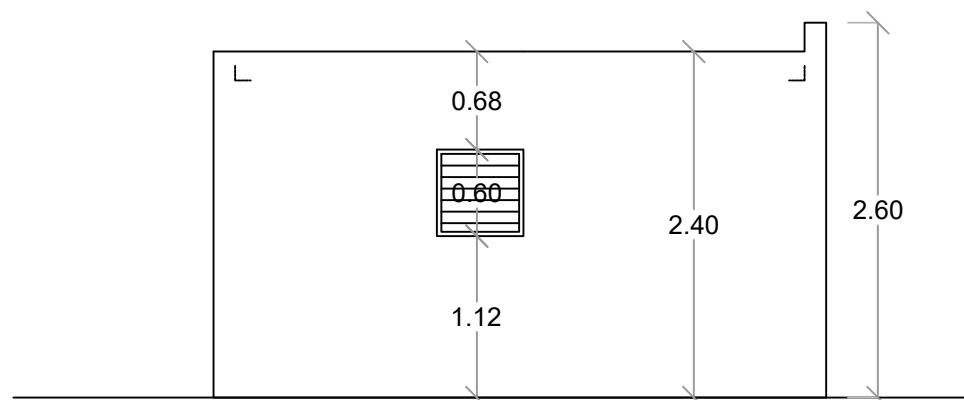

00
ELEVACION LAT. IZQUIERDO - DIMENSIONADA
ESC. 1:50

PROYECTO:
**CONSTRUCCIÓN CAMPO DE BÉISBOL
HERMANOS OLIVO
MUNICIPIO MONTE CRISTI,
PROVINCIA MONTE CRISTI**

EQUIPO DE TRABAJO:
DISEÑO ARQUITECTÓNICO
ARQ. _____
codia 00000
ENC. INGENIERÍA
ING. FIOR DALIZA BONIFACIO
codia 00000
ESTRUCTURAL
ING. Leopoldo Berroa
codia 00000
ELÉCTRICO
ING. Juan Pérez
codia 00000
HIDRO-SANITARIO
ING. Francis Estévez
codia 00000

SELLO DE APROBACIÓN:

FECHA: _____

CONTENIDO:
PLANTA ARQUITECTÓNICA

ESCALA:
1:50

Septiembre 2026

NO. PÁGINA:
014

PROYECTO:
**CONSTRUCCIÓN CAMPO DE BÉISBOL
HERMANOS OLIVO
MUNICIPIO MONTE CRISTI,
PROVINCIA MONTE CRISTI**

EQUIPO DE TRABAJO:

DISEÑO ARQUITECTÓNICO
ARQ. _____
codia 00000 _____

ENC. INGENIERÍA
ING. FIOR DALIZA BONIFACIO
codia 00000 _____

ESTRUCTURAL
ING. Leopoldo Berroa
codia 00000 _____

ELÉCTRICO
ING. Juan Pérez
codia 00000 _____

HIDRO-SANITARIO
ING. Francis Estévez
codia 00000 _____

SELLO DE APROBACIÓN:

FECHA: _____

CONTENIDO:



PLANTA SANITARIA

ESCALA:

Septiembre 2026

NO. PÁGINA:

015

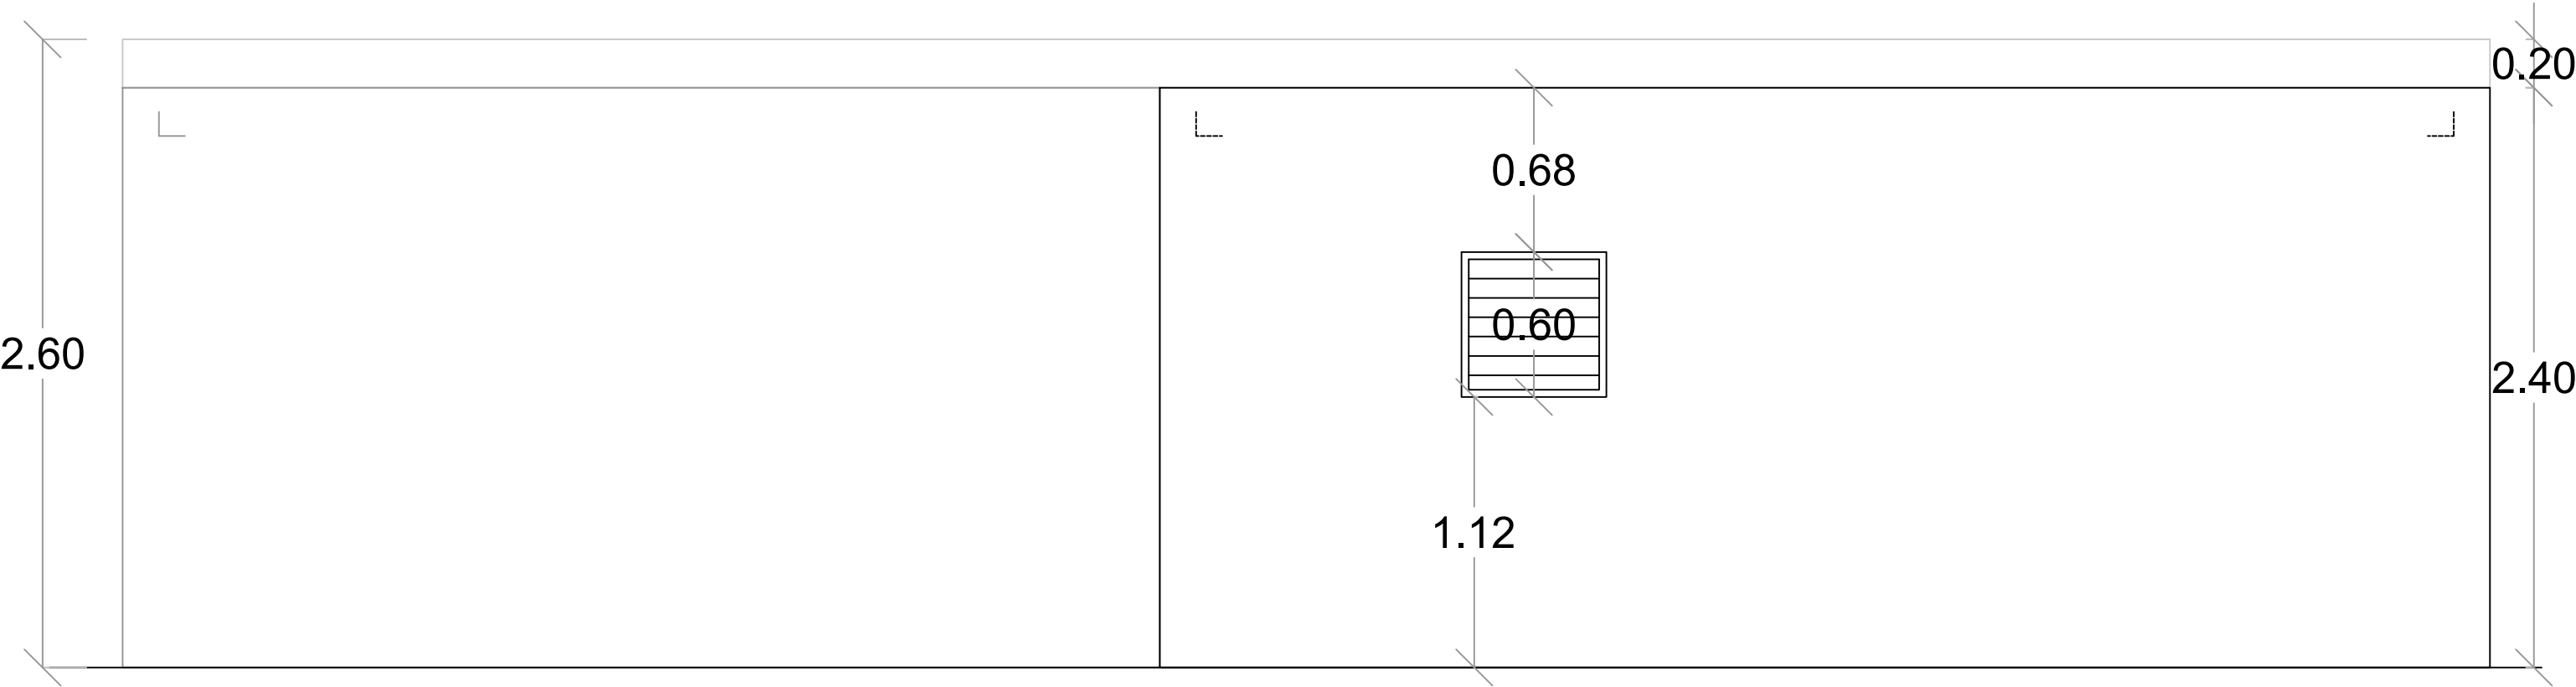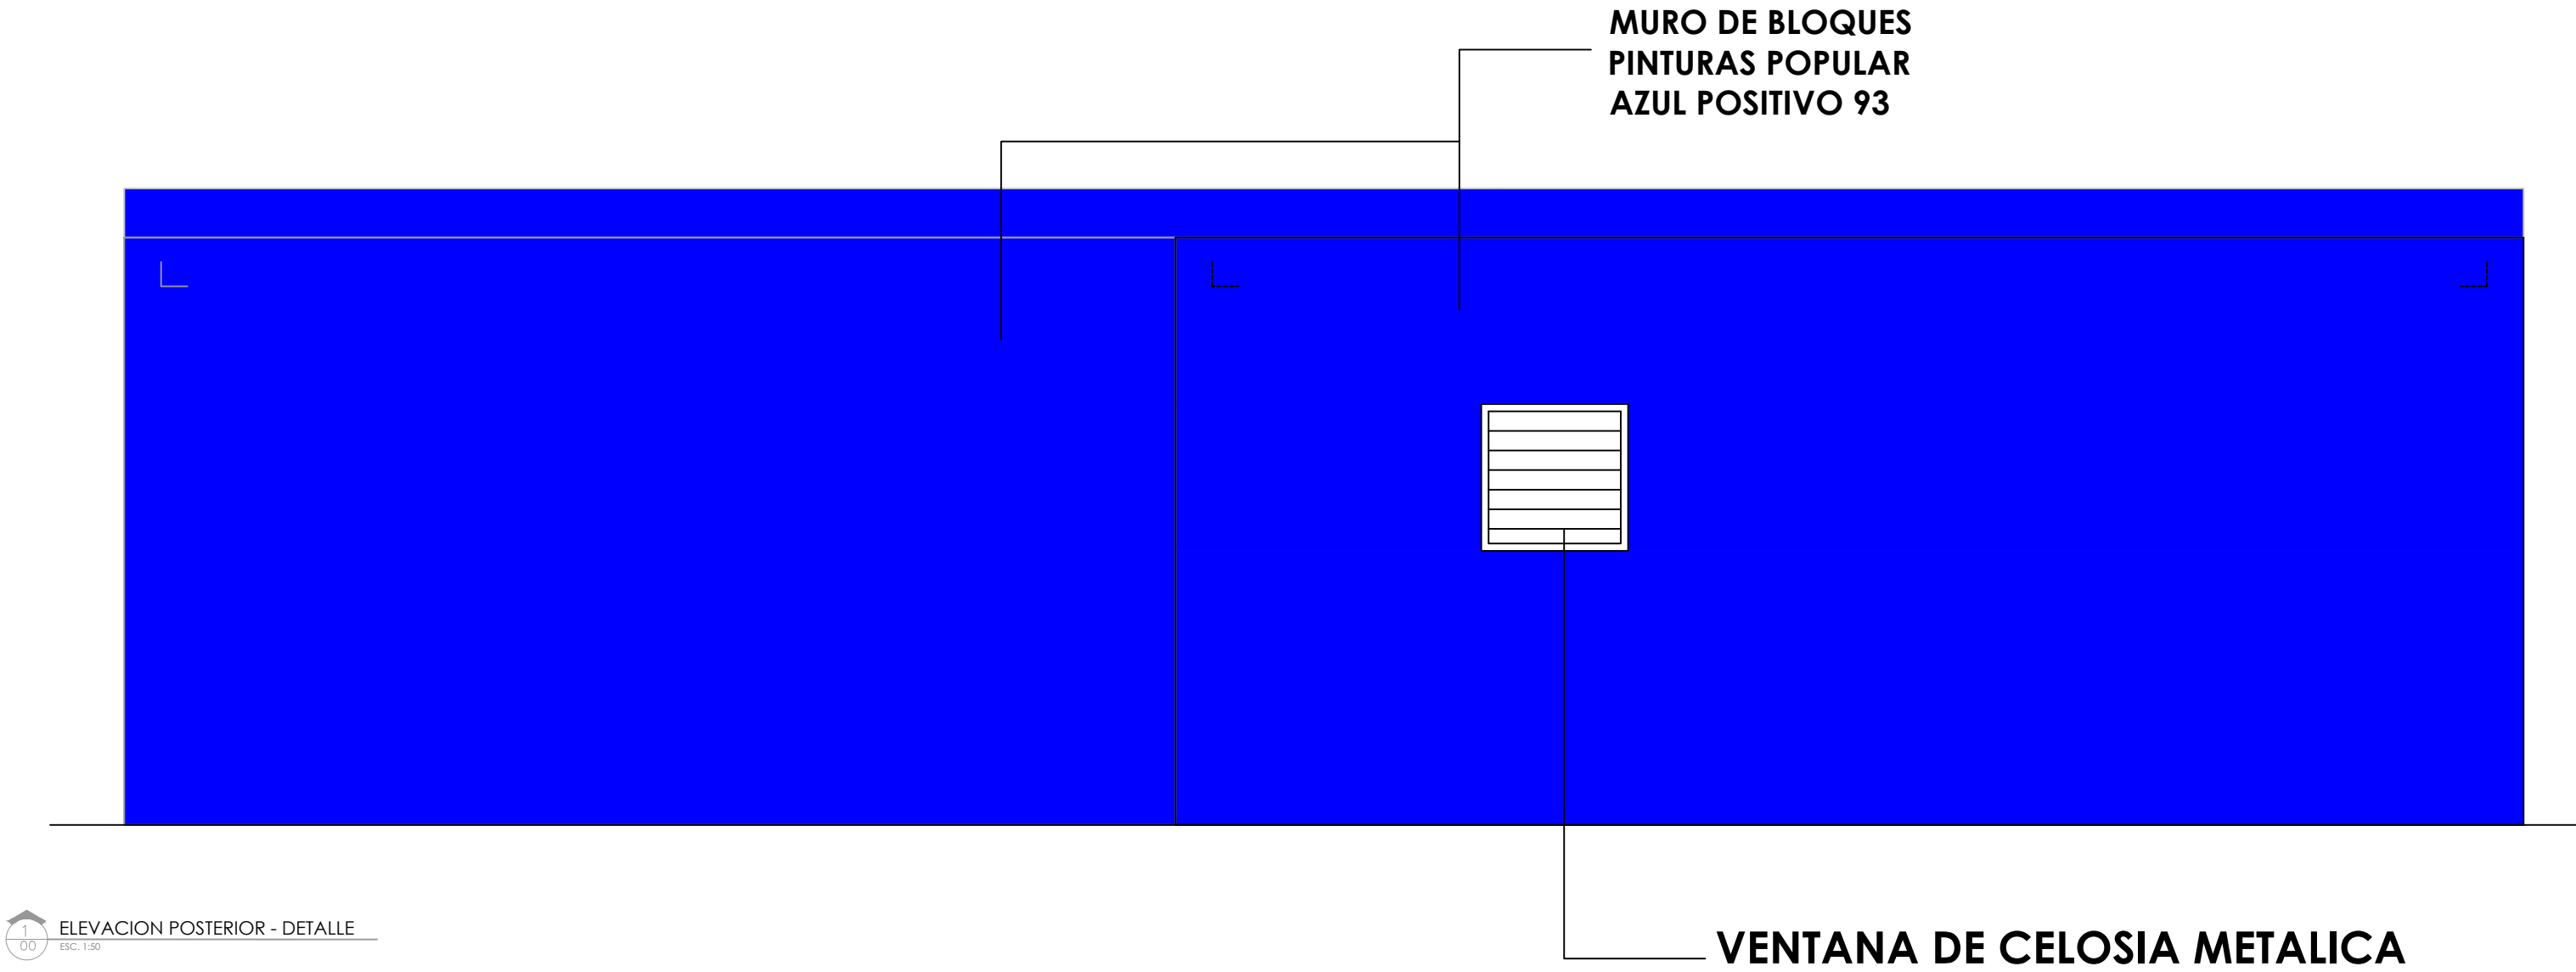

PROYECTO:
**CONSTRUCCIÓN CAMPO DE BÉISBOL
HERMANOS OLIVO
MUNICIPIO MONTE CRISTI,
PROVINCIA MONTE CRISTI**

EQUIPO DE TRABAJO:

DISEÑO ARQUITECTÓNICO ARQ.	codia 00000
ENC. INGENIERÍA ING. FIOR DALIZA BONIFACIO	codia 00000
ESTRUCTURAL ING. Leopoldo Berroa	codia 00000
ELÉCTRICO ING. Juan Pérez	codia 00000
HIDRO-SANITARIO ING. Francis Estévez	codia 00000

SELLO DE APROBACIÓN:

FECHA: _____

CONTENIDO:

PLANTA ARQUITECTÓNICA

ESCALA:

1:25

Septiembre 2026

NO. PÁGINA:

016


Desde Tinaco
TUB Ø1" PVC Agua Potable



TUBERIA PVC Ø3/4"

PVC Ø3/4"

Du Ø1"
In Ø1"
Lv Ø1" Lv Ø1"

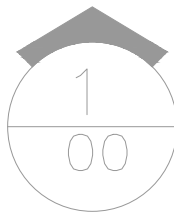

PLANTA INST. SANITARIAS- AGUA POTABLE - DUGOUT

ESC. 1:50

PROYECTO:

**CONSTRUCCIÓN CAMPO DE BÉISBOL
HERMANOS OLIVO
MUNICIPIO MONTE CRISTI,
PROVINCIA MONTE CRISTI**

EQUIPO DE TRABAJO:

DISEÑO ARQUITECTÓNICO
ARQ.

codia 00000

ENC. INGENIERÍA
ING. FIOR DALIZA BONIFACIO
codia 00000

ESTRUCTURAL
ING. Leopoldo Berroa
codia 00000

ELÉCTRICO
ING. Juan Pérez
codia 00000

HIDRO-SANITARIO
ING. Francis Estévez
codia 00000

SELLO DE APROBACIÓN:

FECHA: _____

CONTENIDO:

PLANTA ARQUITECTÓNICA

ESCALA:



1:25

Septiembre 2026

NO. PÁGINA:

017

HACIA
CAMARA SEPTICA **R**

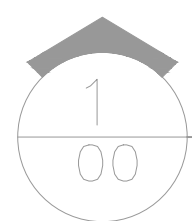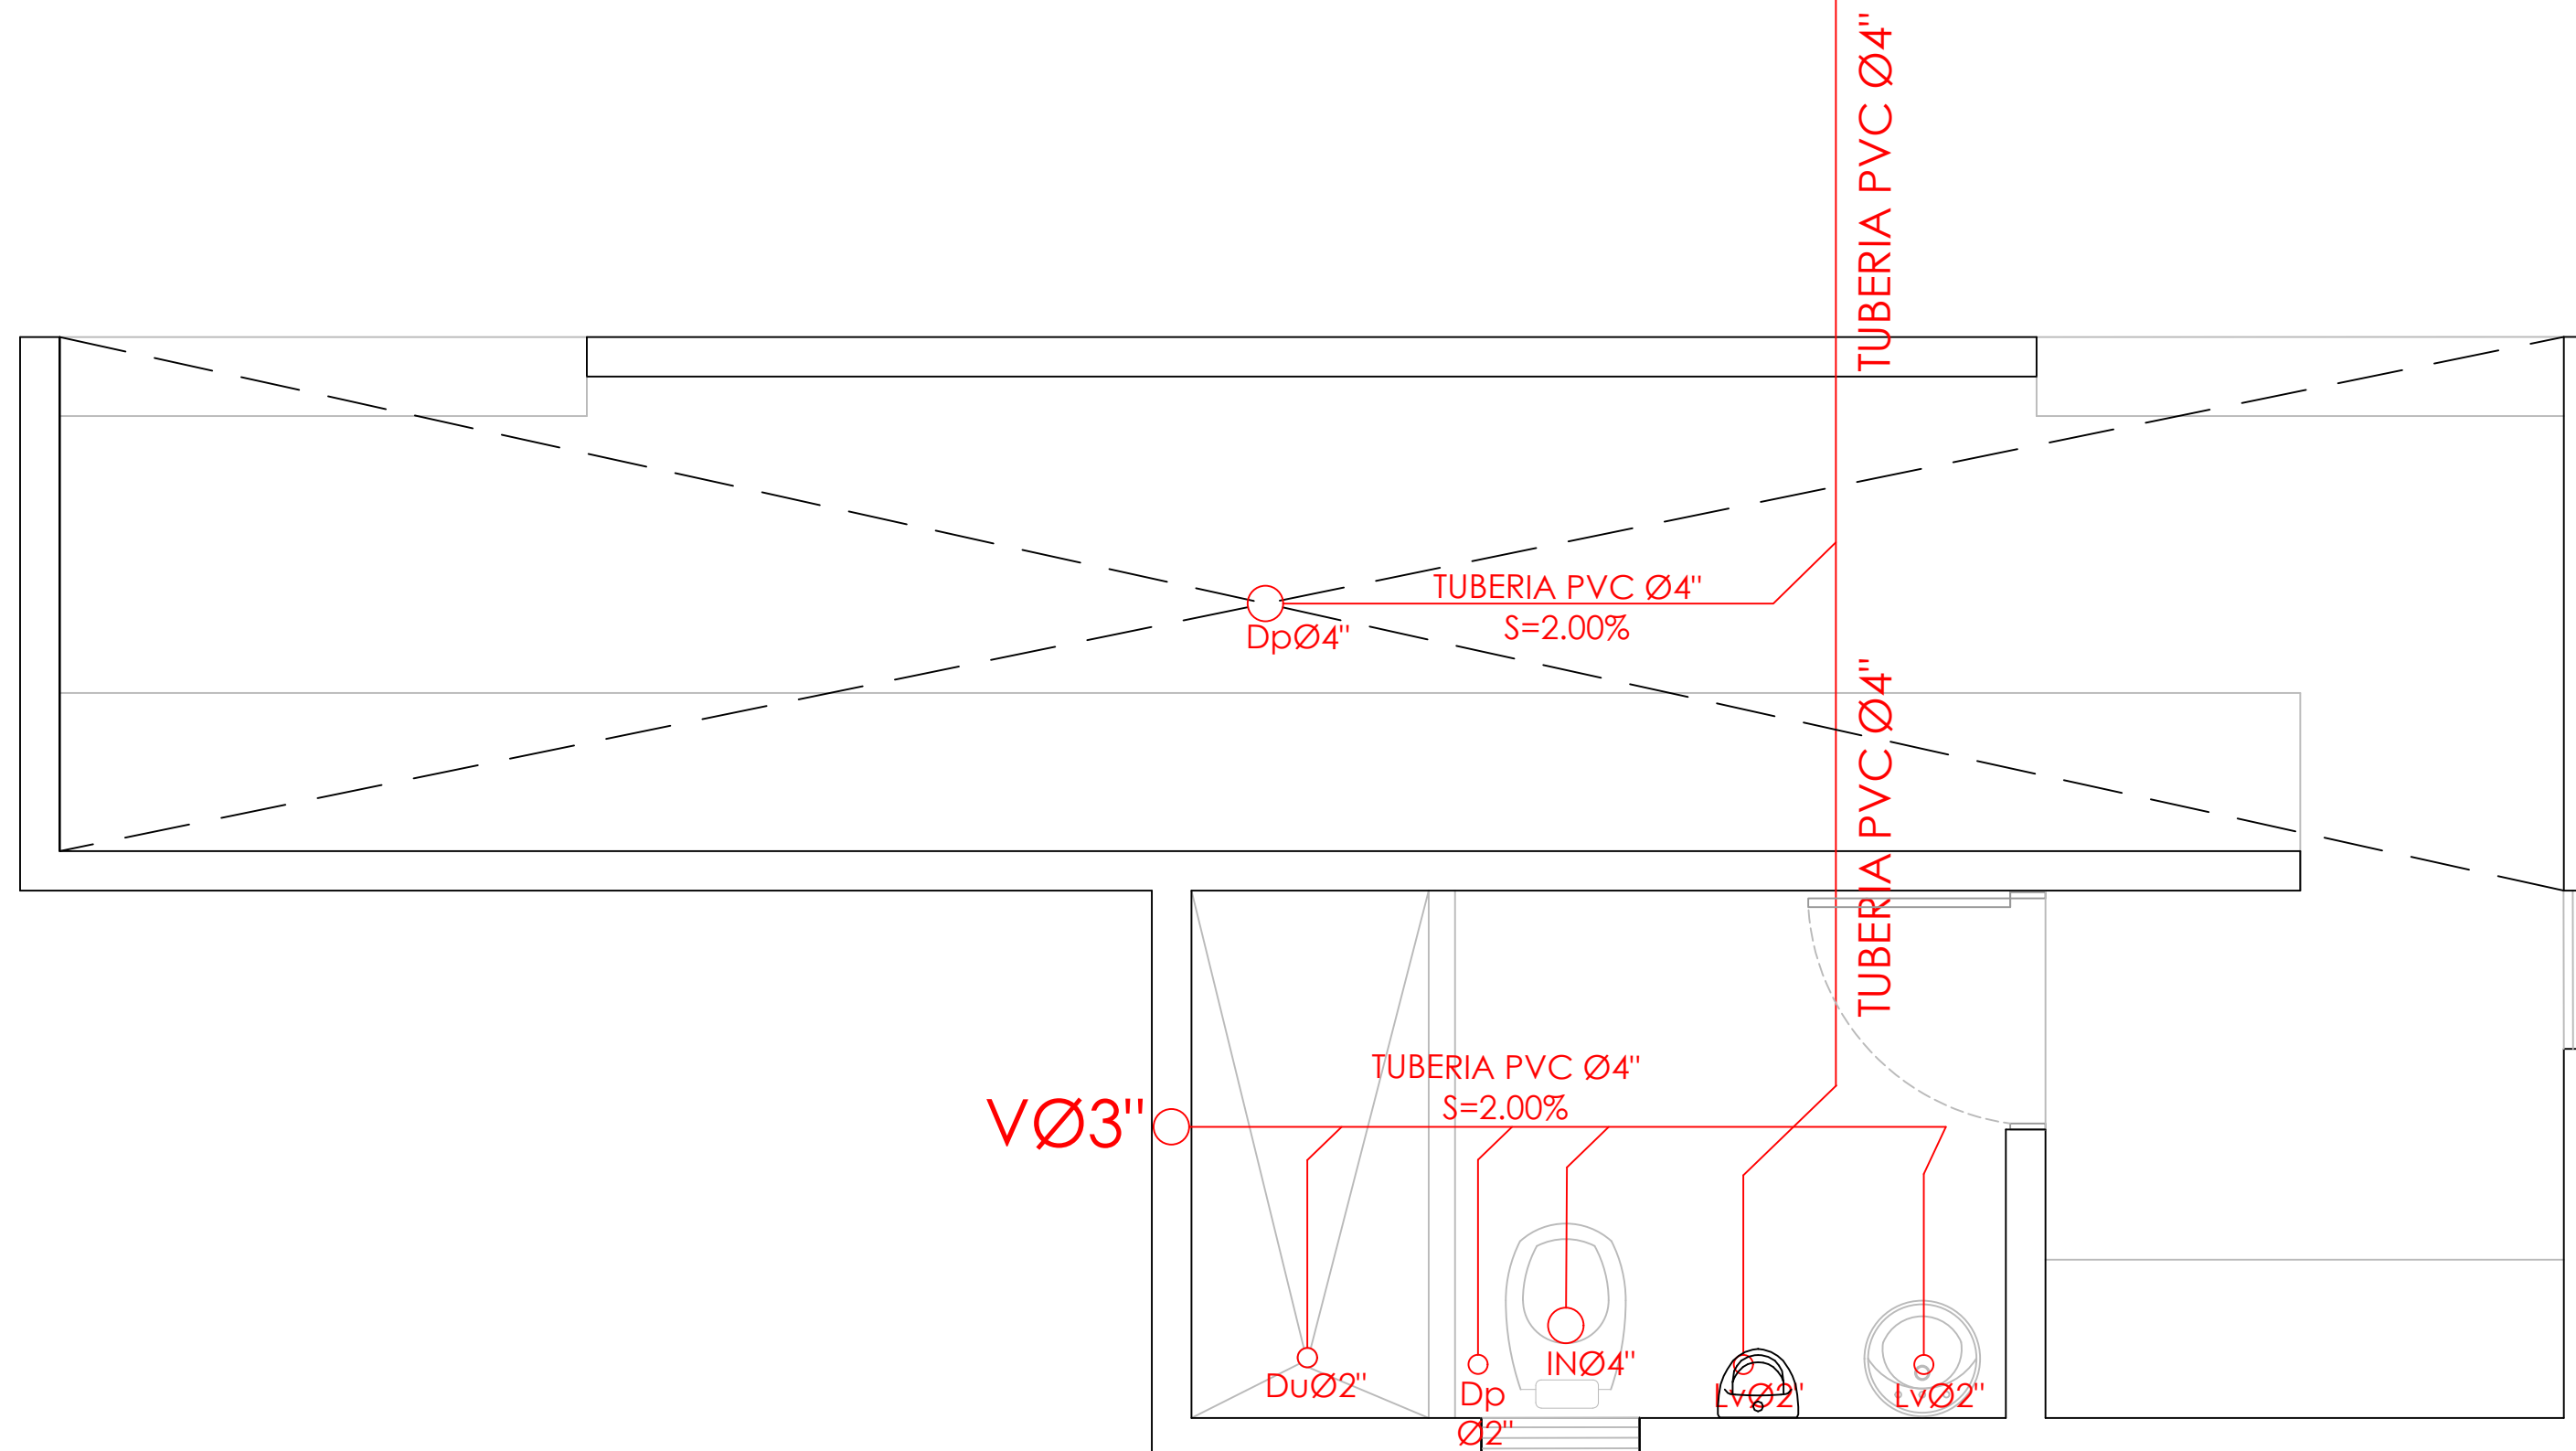

PLANTA INST. SANITARIAS- AGUAS NEGRAS - DUGOUT

ESC. 1:50

PROYECTO:

**CONSTRUCCIÓN CAMPO DE BÉISBOL
HERMANOS OLIVO
MUNICIPIO MONTE CRISTI,
PROVINCIA MONTE CRISTI**

EQUIPO DE TRABAJO:

DISEÑO ARQUITECTÓNICO
ARQ. _____
codia 00000

ENC. INGENIERÍA
ING. FIOR DALIZA BONIFACIO
codia 00000

ESTRUCTURAL
ING. Leopoldo Berroa
codia 00000

ELÉCTRICO
ING. Juan Pérez
codia 00000

HIDRO-SANITARIO
ING. Francis Estévez
codia 00000

SELLO DE APROBACIÓN:

FECHA: _____

CONTENIDO:

PLANTA ARQUITECTÓNICA



ESCALA:

1:25

Septiembre 2026


NO. PÁGINA:

018

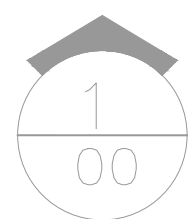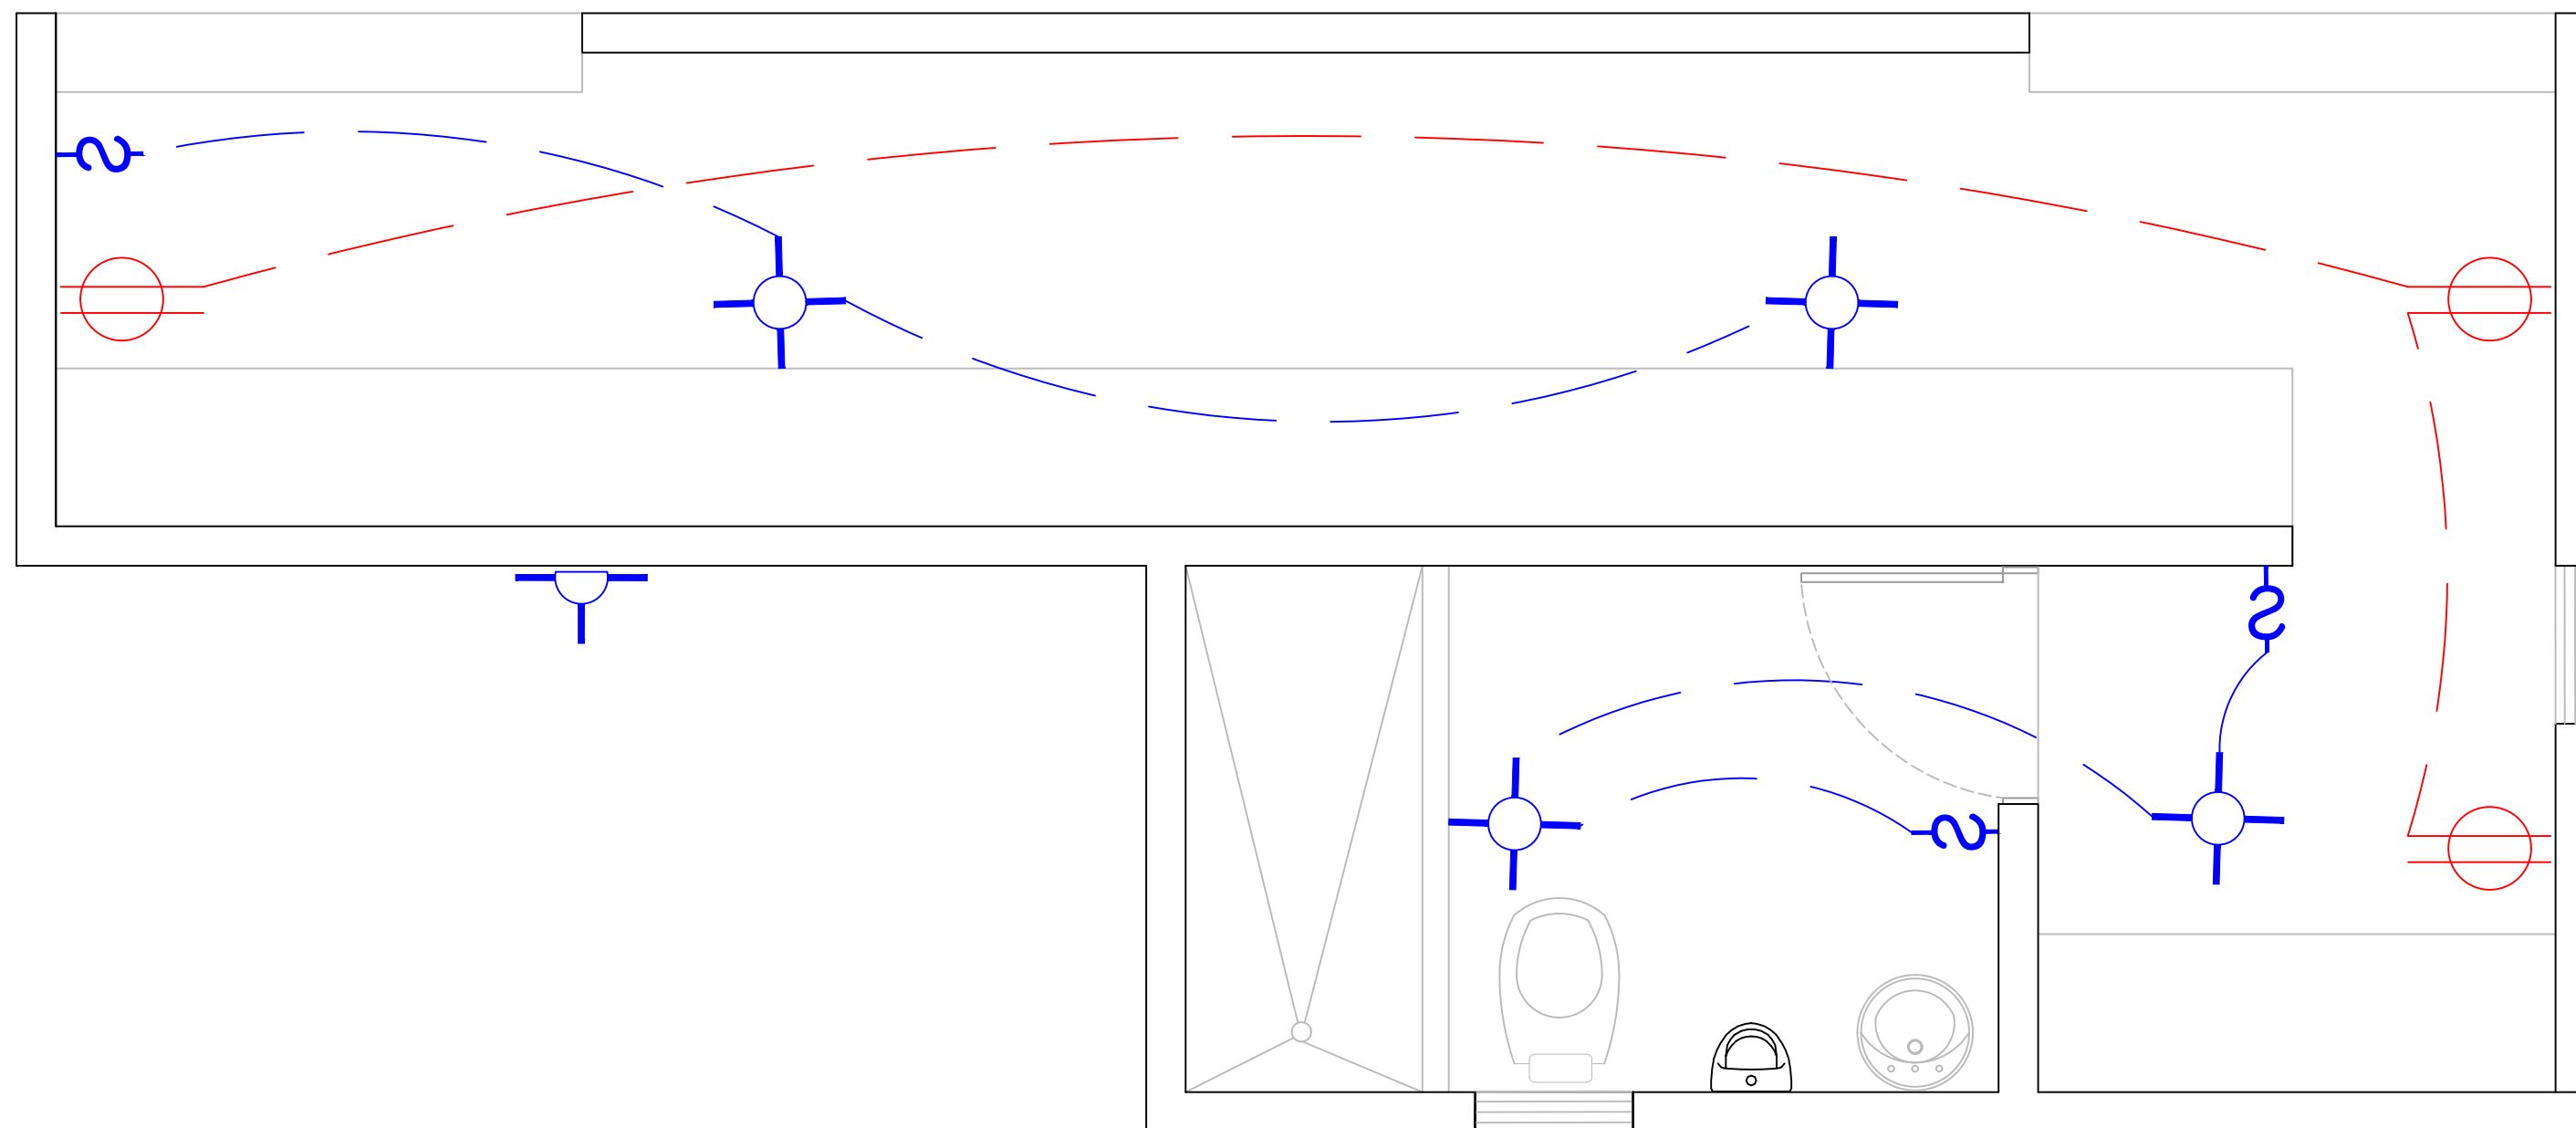


PLANTA INST. ELECTRICAS - DUGOUT


ESC. 1:50

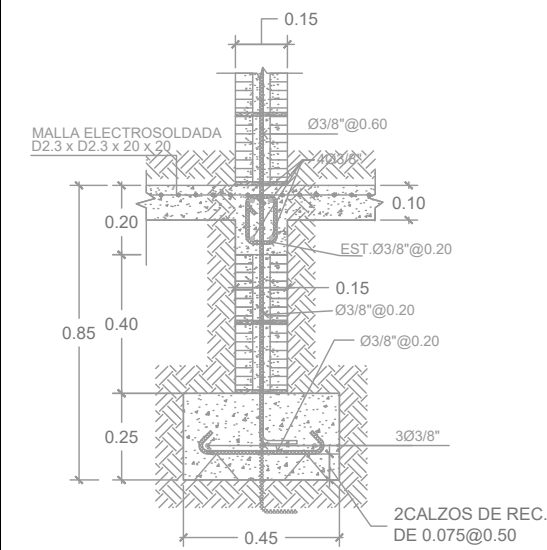


SECCION 1-1

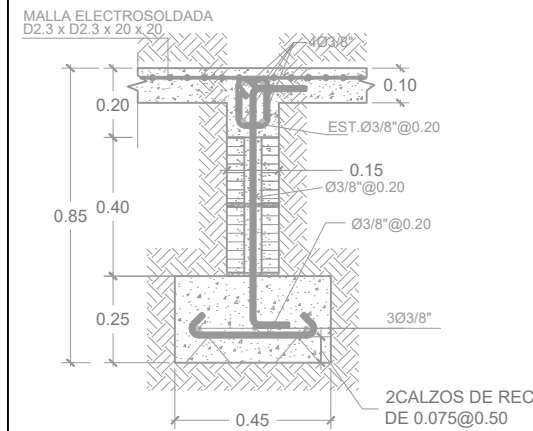


SECCION 2-2

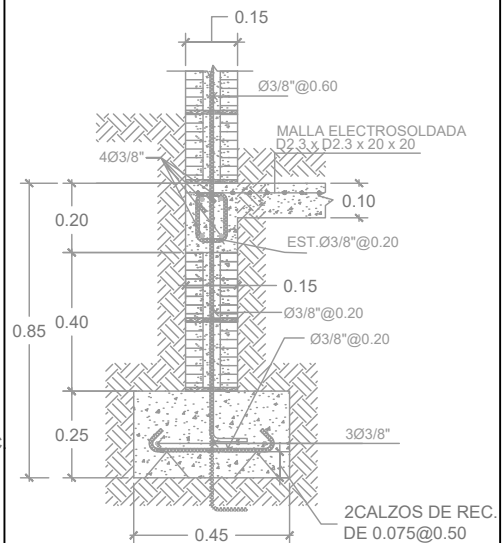


SECCION 3-3

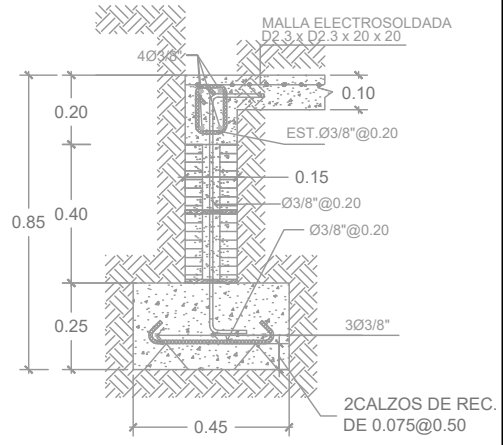


SECCION 4-4

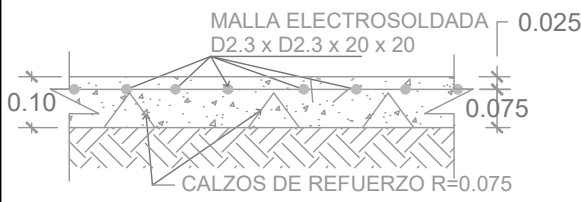

DETALLE DE PISO
DE HORMIGON

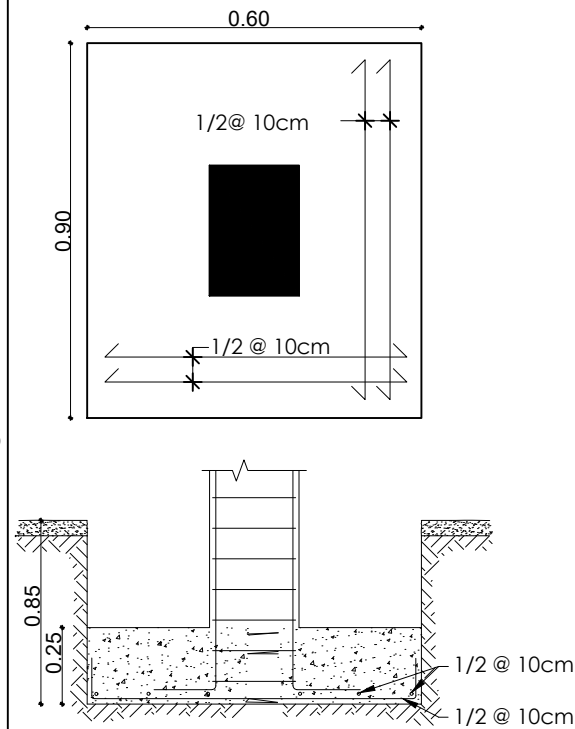

DETALLE ZAPATA
COLUMNA C1 (Z1)

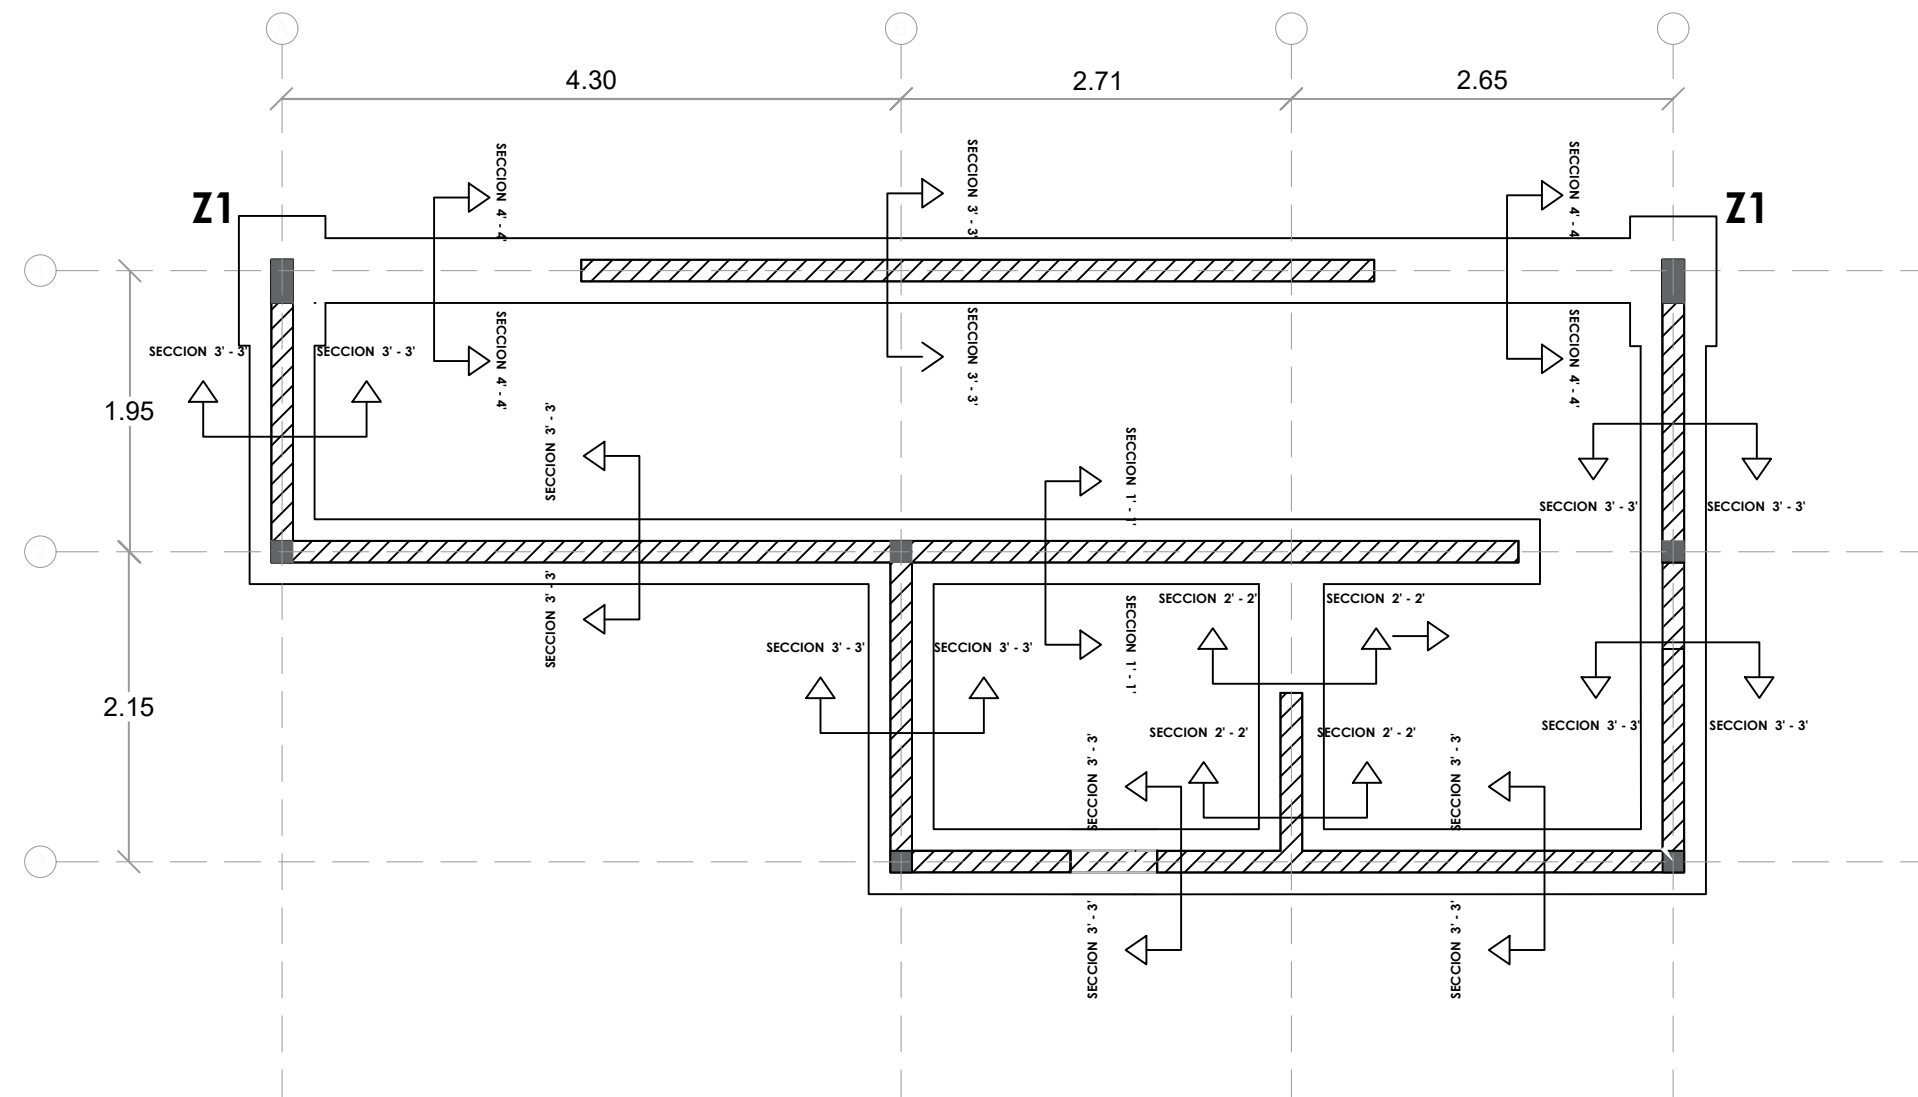


PLANTA ESTRUCTURAL DE CIMIENTOS - DUGOUT

ESC. 1:100



PLANTA ARQUITECTÓNICA

ESC. 1:50

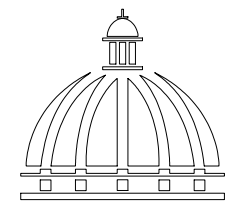

GOBIERNO DE LA
REPÚBLICA DOMINICANA

DIRECCION DE DESARROLLO
PROVINCIAL
DDP

Ave. Dr. Delgado, Esq. Moises García,
Gazcue, Sto. Dgo., R.D.
TEL.: (809)-364-2189 | FAX.: (809)- 688-1665
E-Mail: info@cpadp.gob.do

PROYECTO:

CONSTRUCCIÓN CAMPO DE BÉISBOL
HERMANOS OLIVO
MUNICIPIO MONTE CRISTI,
PROVINCIA MONTE CRISTI

EQUIPO DE TRABAJO:

DISEÑO ARQUITECTÓNICO
ARQ.

codia 00000

ENC. INGENIERÍA
ING. FIOR DALIZA BONIFACIO
codia 00000

ESTRUCTURAL
ING. Leopoldo Berroa
codia 00000

ELÉCTRICO
ING. Juan Pérez
codia 00000

HIDRO-SANITARIO
ING. Francis Estévez
codia 00000

SELLO DE APROBACIÓN:

FECHA:

CONTENIDO:

PLANTA ARQUITECTÓNICA


ESCALA:

1:50


Septiembre 2026

NO. PÁGINA:


019

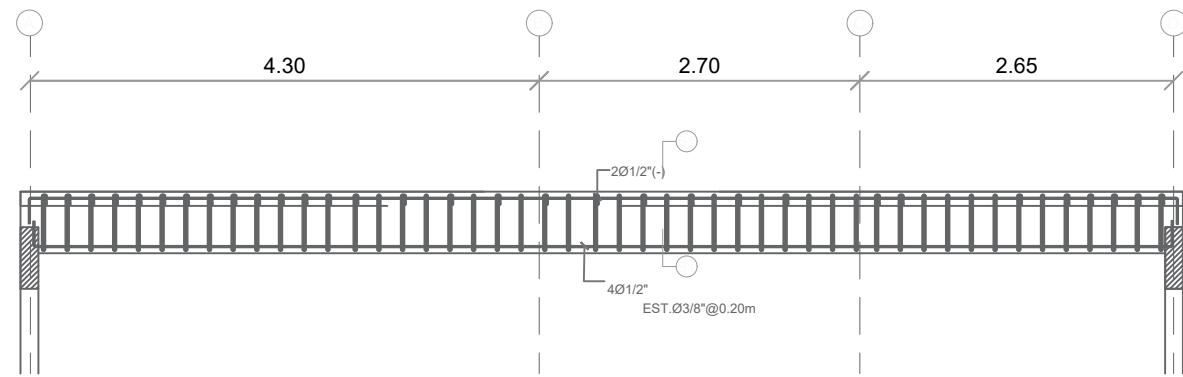


SECCION LONGITUDINAL VIGA 1

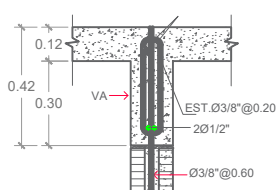


VIGA DE AMARRE (VA)

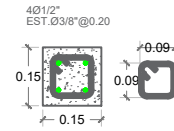


COLUMNA CA

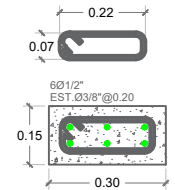


COLUMNA C1

 


SECCION 1-1

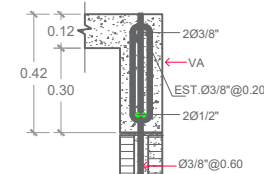

VIGA DE AMARRE (VA)

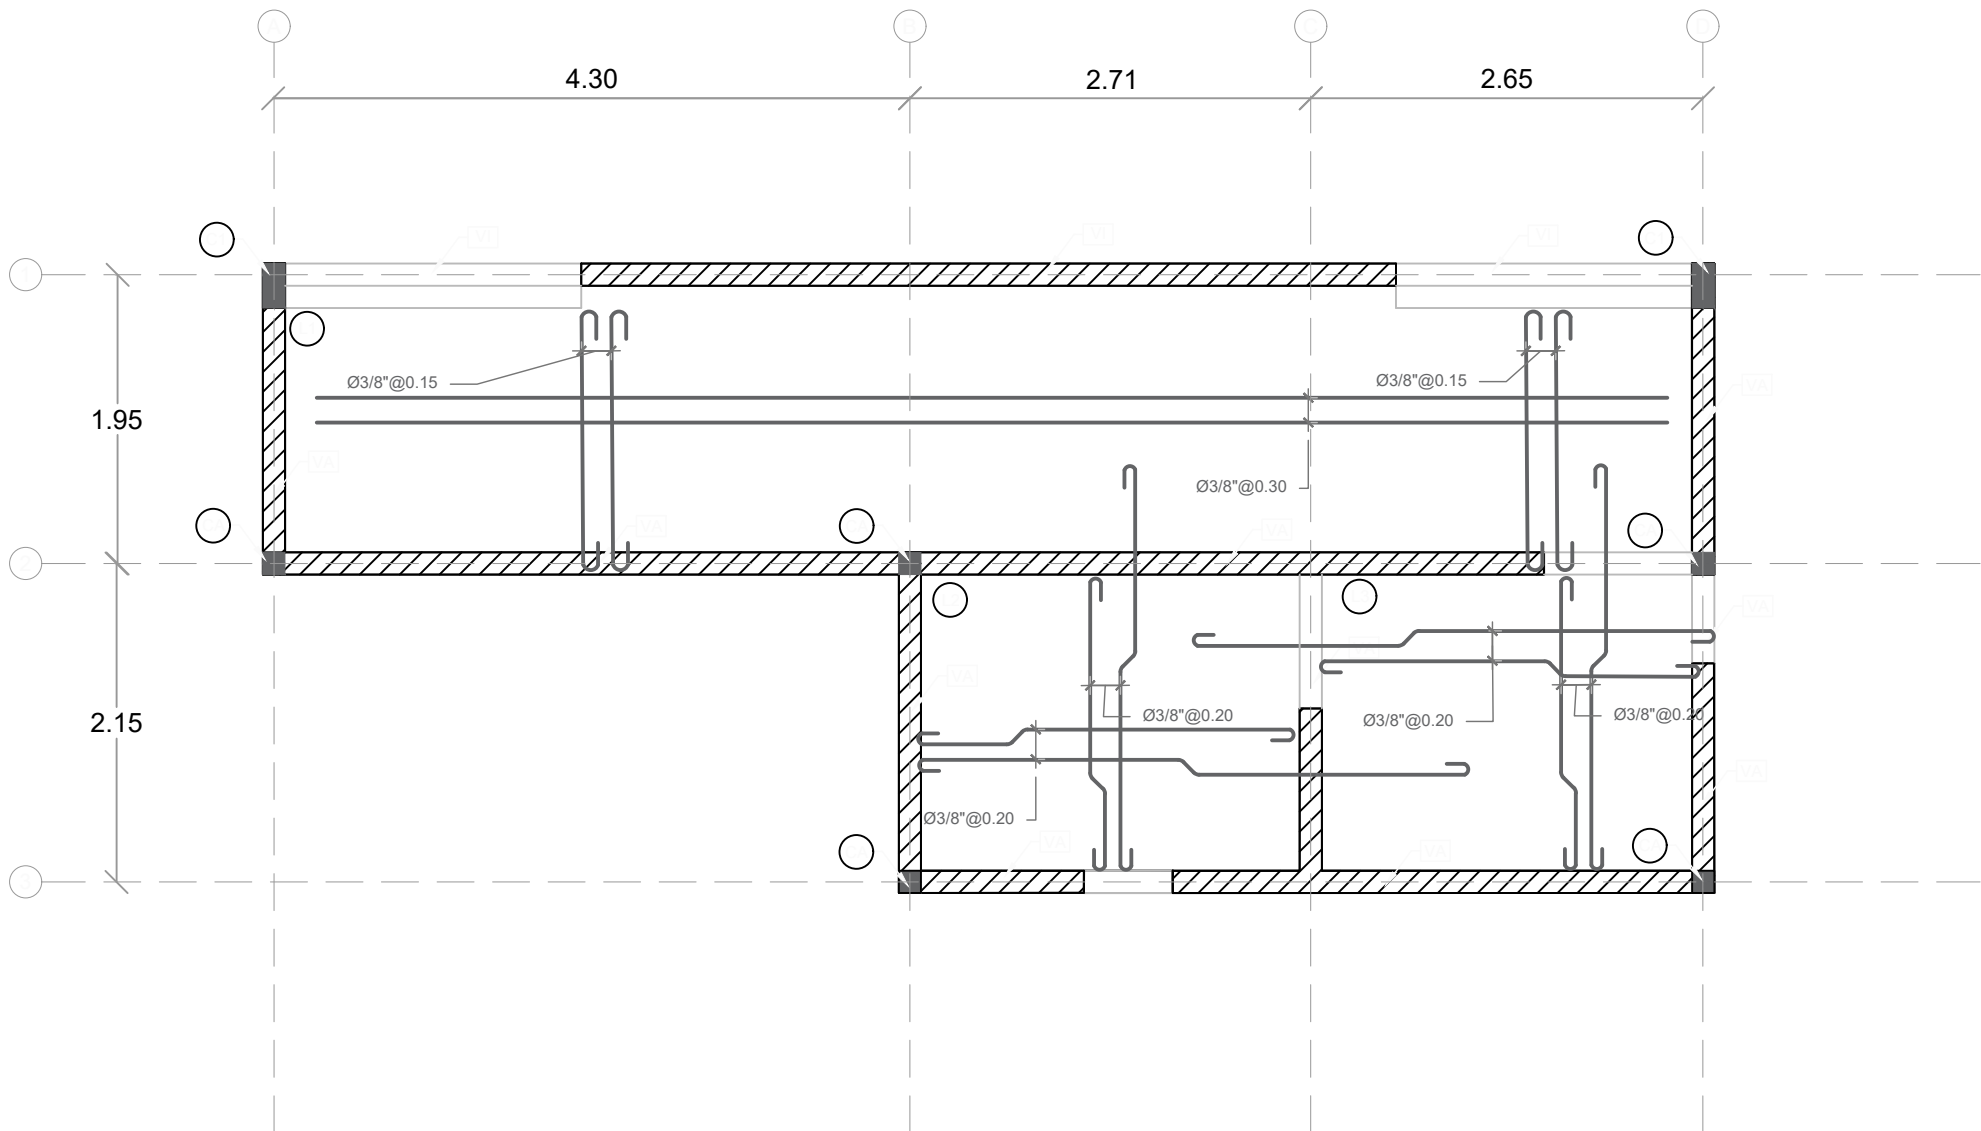

PLANTA ESTRUCTURAL DE TECHO - DUGOUT

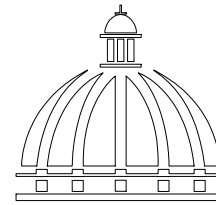

GOBIERNO DE LA
REPÚBLICA DOMINICANA

DIRECCION DE DESARROLLO
PROVINCIAL
DDP

Ave. Dr. Delgado, Esq. Moises García,
Gazcue, Sto. Dgo., R.D.
TEL.: (809)-364-2189 | FAX.: (809)- 688-1665
E-Mail: info@cpadp.gob.do

PROYECTO:
**CONSTRUCCIÓN CAMPO DE BÉISBOL
HERMANOS OLIVO
MUNICIPIO MONTE CRISTI,
PROVINCIA MONTE CRISTI**

EQUIPO DE TRABAJO:

DISEÑO ARQUITECTÓNICO
ARQ. _____
codia 00000

ENC. INGENIERÍA
ING. FIOR DALIZA BONIFACIO
codia 00000

ESTRUCTURAL
ING. Leopoldo Berroa
codia 00000

ELÉCTRICO
ING. Juan Pérez
codia 00000

HIDRO-SANITARIO
ING. Francis Estévez
codia 00000

SELLO DE APROBACIÓN:

FECHA: _____

**PLATA ESTRUCTURAL
DE TECHOS**

PLANTA ARQUITECTÓNICA


ESCALA:

1:50


Septiembre 2026

NO. PÁGINA:


020

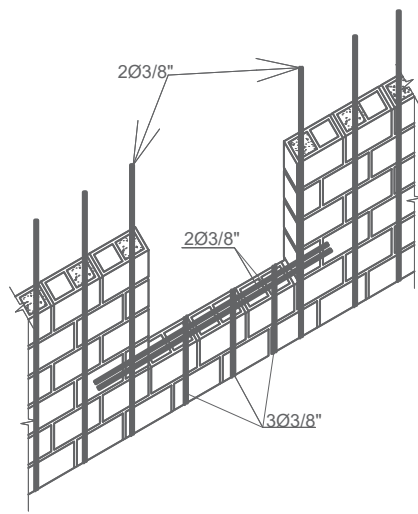

DETALLE REFUERZO ABERTURA VENTANA

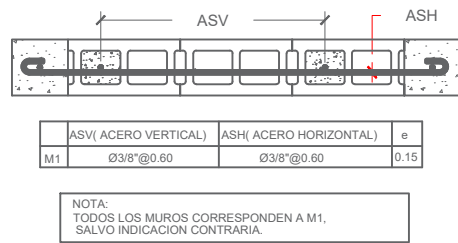

DETALLE REFUERZO MAMPOSTERIA

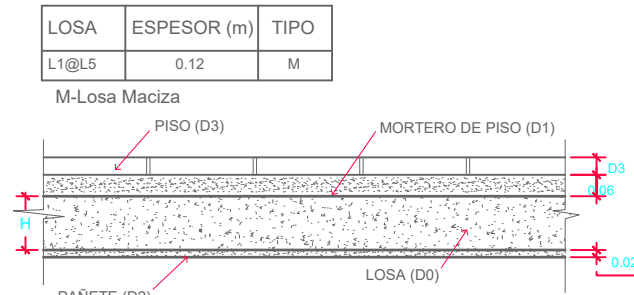


DETALLE DE LOSAS

LONGITUD DE SOLAPE		LONG DE SOLAPE 8.00 (CM)	
Le	db	F	F
1- 100	100	100	100
2- 100	100	100	100
3- 100	100	100	100
100- 100	100	100	100


NOTA CARGA DE LOSAS:
1) CARGAS DE SERVICIOS.
1-A) CARGAS MUERTAS.
D0 = PESO PROPIO = 0.12m X 2400 Kg/m3
D0 = 288 Kg/m2
D1 = 0.06 m X 2100 Kg/m3
D1 = 126 Kg/m2
D2 = 0.02 m X 2100 Kg/m3 = 42 Kg/m2
D3 = 20 Kg/m2
1-B) CARGAS VIVAS
L1- HABITACIONES, PASILLO Y ESTAR
L2- BALCONES Y ESCALERAS
L1 = 200 Kg/m2
L2 = 400 Kg/m2

NOTA DE REFUERZOS
1-TODO ACERO LONGITUDINAL CORRESPONDE A Ø3/8". TODO ESPACIAMIENTO COLOCADO EN ACERO LONGITUDINAL CORRESPONDE 0.25, A MENOS QUE SE INDIQUE LO CONTRARIO.
2-TODO ACERO ADICIONAL CORRESPONDE A Ø3/8". TODO ESPACIAMIENTO COLOCADO EN ACERO ADICIONAL CORRESPONDE 0.50, A MENOS QUE SE INDIQUE LO CONTRARIO.
3-EL ACERO DE REFUERZO A SER COLOCADO PRIMERO SERA AQUEL CON MENOR ESPACIAMIENTO.

CALIDAD DE LOS MATERIALES
1- Concreto:
F'c= 210 Kg/cm²
2- Barra de refuerzo corrugado (Varillas)
Fy= 4,200 Kg/cm² (Grado 60)
3- Malla Electrosoldada
Fy= 5,600 Kg/cm² (Grado 80)
4- Bloques de concreto
Fb≥ 60 Kg/cm².
5- Mortero en junta
F'j≥ 80 Kg/cm²
6- Hormigón en cámara
F'cm≥ 120 Kg/cm².

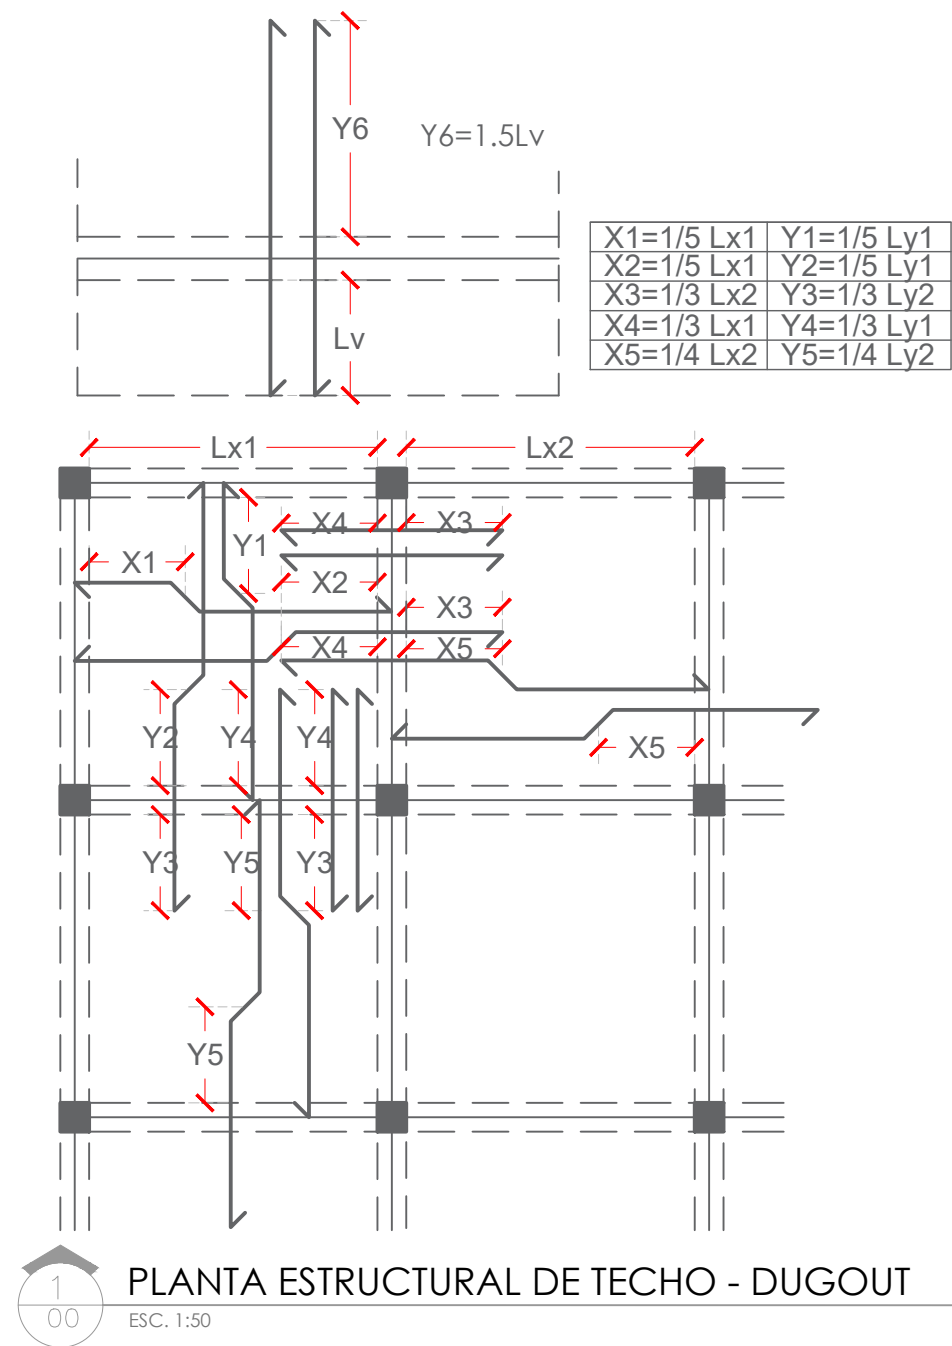

PLANTA ESTRUCTURAL DE TECHO - DUGOUT
ESC. 1:50

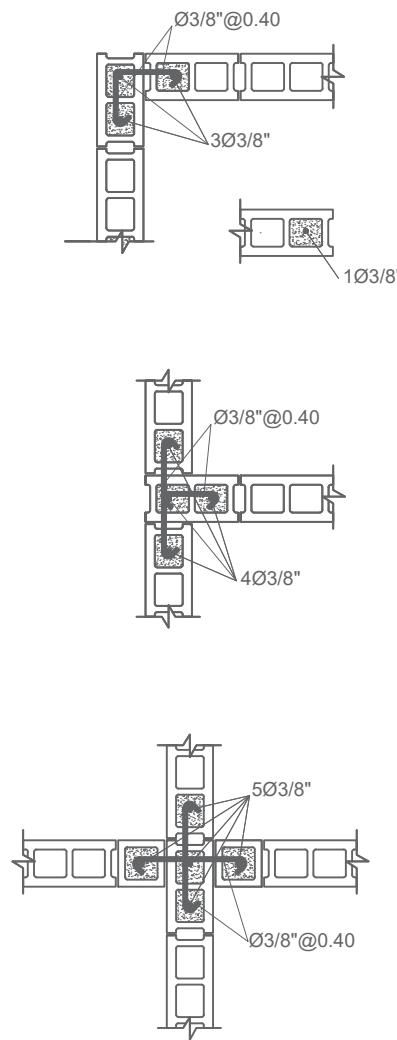

DETALLE INTERSECCIONES DE MURO



DIRECCION DE DESARROLLO PROVINCIAL DDP

Ave. Dr. Delgado, Esq. Moises García,
Gazcue, Sto. Dgo., R.D.
TEL.: (809)-364-2189 | FAX.: (809)- 688-1665
E-Mail: info@cpadp.gob.do

PROYECTO:
CONSTRUCCIÓN CAMPO DE BÉISBOL HERMANOS OLIVO MUNICIPIO MONTE CRISTI, PROVINCIA MONTE CRISTI

EQUIPO DE TRABAJO:
DISEÑO ARQUITECTÓNICO
ARQ. _____
codia 00000

ENC. INGENIERÍA
ING. FIOR DALIZA BONIFACIO
codia 00000

ESTRUCTURAL
ING. Leopoldo Berroa
codia 00000

ELÉCTRICO
ING. Juan Pérez
codia 00000

HIDRO-SANITARIO
ING. Francis Estévez
codia 00000

SELLO DE APROBACIÓN:



FECHA: _____

CONTENIDO: **DETALLES ESTRUCTURALES**
PLANTA ARQUITECTÓNICA

ESCALA:
1:50

Septiembre 2026

NO. PÁGINA:
021

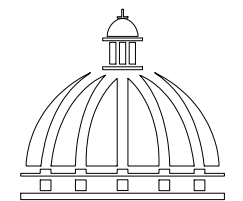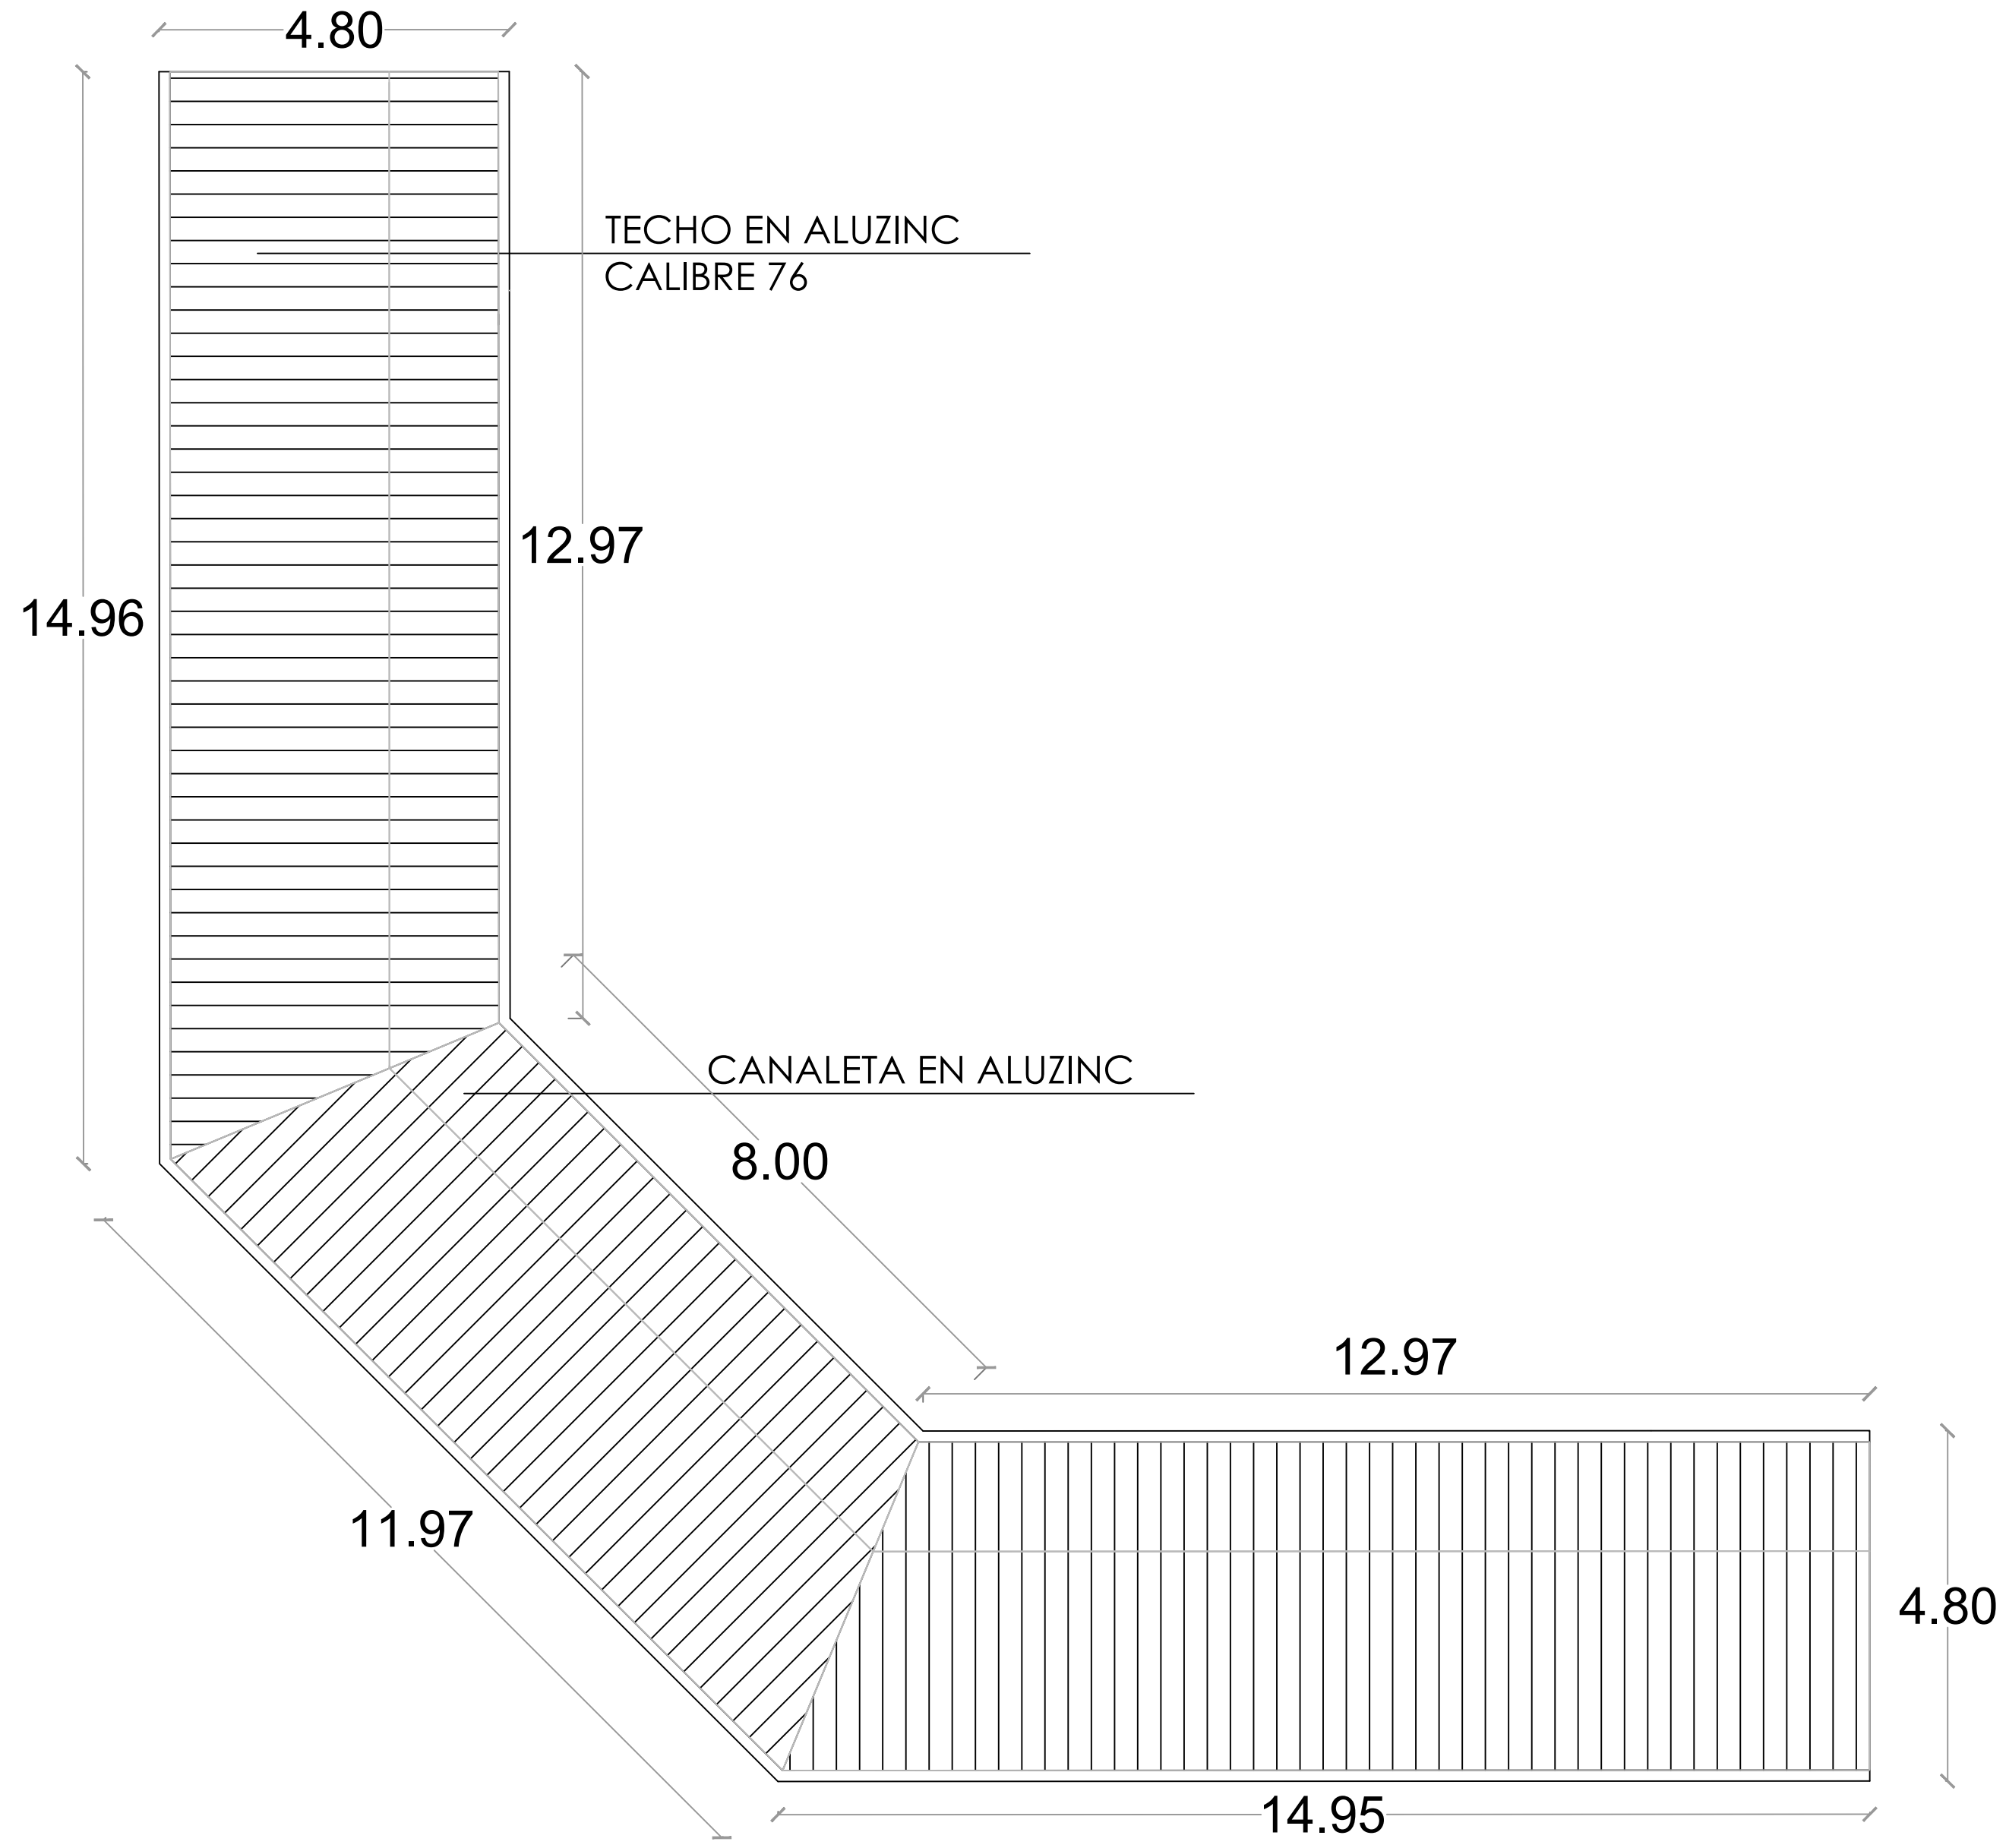

GOBIERNO DE LA
REPÚBLICA DOMINICANA

DIRECCION DE DESARROLLO
PROVINCIAL
DDP

Ave. Dr. Delgado, Esq. Moises García,
Gazcue, Sto. Dgo., R.D.
TEL.: (809)-364-2189 | FAX.: (809)- 688-1665
E-Mail: info@cpadp.gob.do

PROYECTO:

CONSTRUCCIÓN CAMPO DE BÉISBOL
HERMANOS OLIVO
MUNICIPIO MONTE CRISTI,
PROVINCIA MONTE CRISTI

EQUIPO DE TRABAJO:

DISEÑO ARQUITECTÓNICO
ARQ.

codia 00000

ENC. INGENIERÍA
ING. FIOR DALIZA BONIFACIO
codia 00000

ESTRUCTURAL
ING. Leopoldo Berroa
codia 00000

ELÉCTRICO
ING. Juan Pérez
codia 00000

HIDRO-SANITARIO
ING. Francis Estévez
codia 00000

SELLO DE APROBACIÓN:

FECHA:

CONTENIDO:

PLANTA DE TECHOS - GRADAS

ESCALA:

1:75

Septiembre 2026

NO. PÁGINA:

022

PROYECTO:

**CONSTRUCCIÓN CAMPO DE BÉISBOL
HERMANOS OLIVO
MUNICIPIO MONTE CRISTI,
PROVINCIA MONTE CRISTI**

EQUIPO DE TRABAJO:

DISEÑO ARQUITECTÓNICO
ARQ.

codia 00000

ENC. INGENIERÍA
ING. FIOR DALIZA BONIFACIO
codia 00000

ESTRUCTURAL
ING. Leopoldo Berroa
codia 00000

ELÉCTRICO
ING. Juan Pérez
codia 00000

HIDRO-SANITARIO
ING. Francis Estévez
codia 00000

SELLO DE APROBACIÓN:

FECHA: _____

CONTENIDO:

PLANTA DE LOSAS - GRADAS


ESCALA:

1:75

Septiembre 2026

NO. PÁGINA:

023

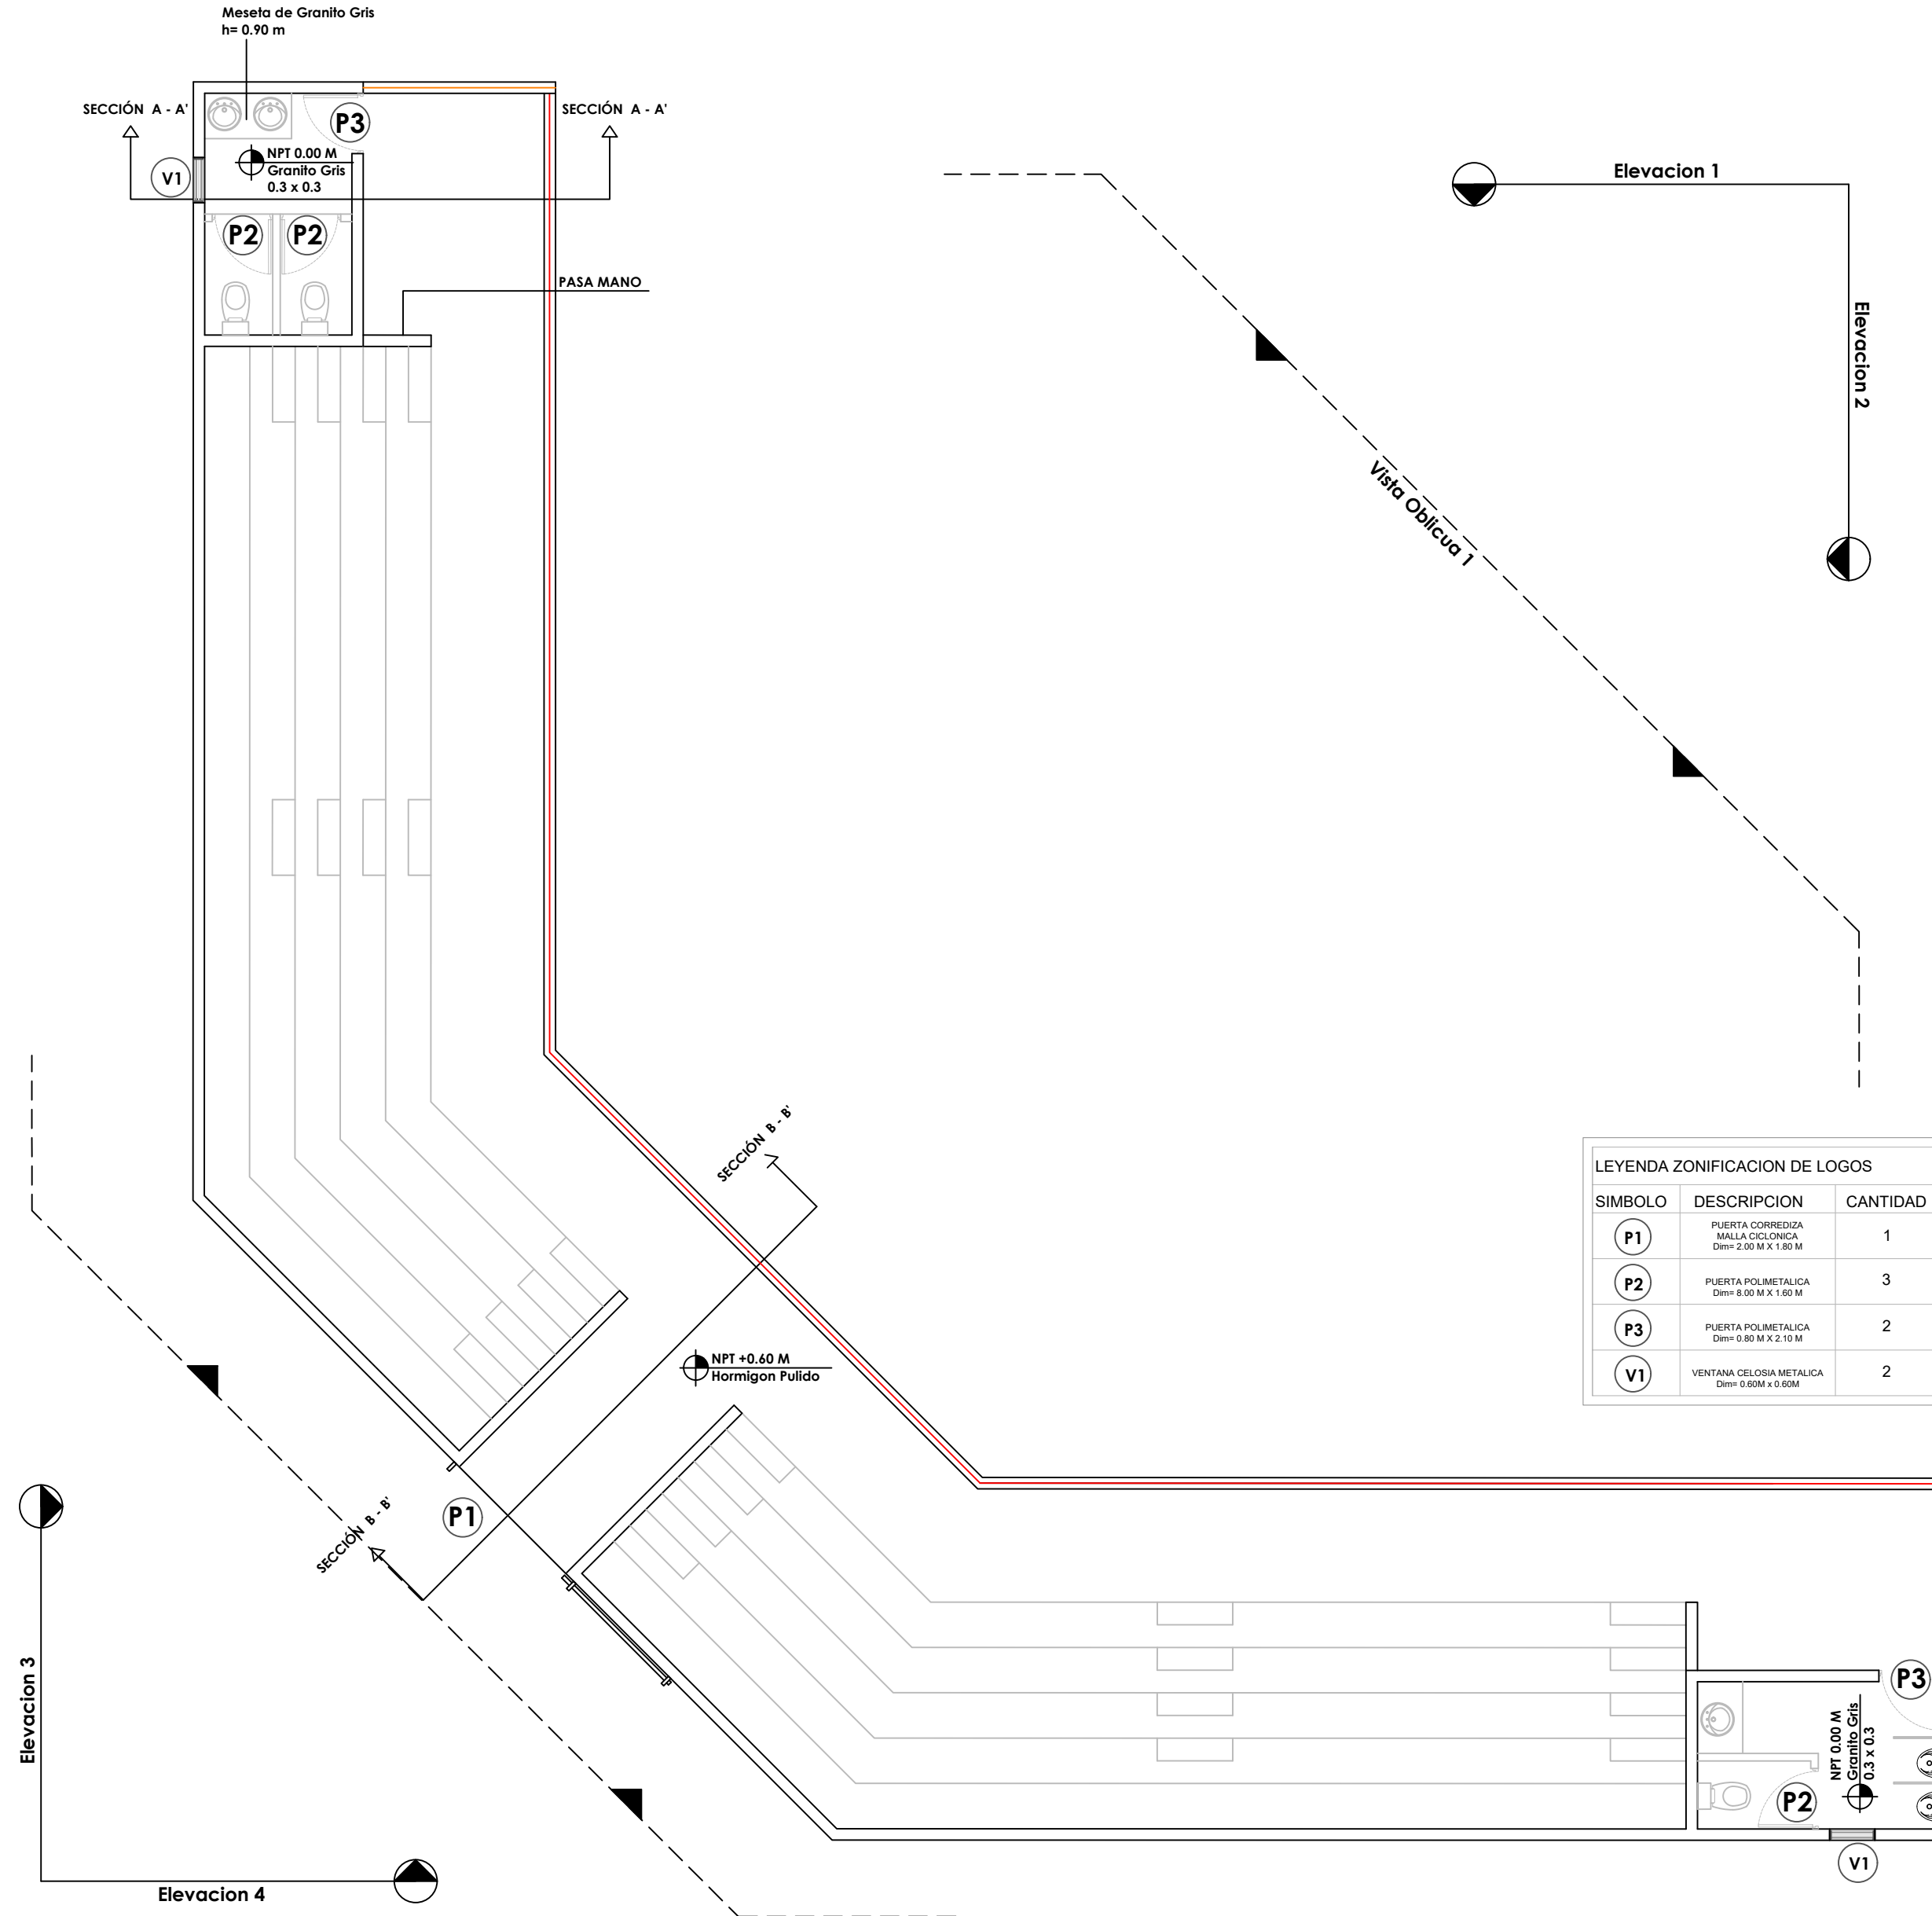



CONSTRUCCIÓN CAMPO DE BÉISBOL
HERMANOS OLIVO
MUNICIPIO MONTE CRISTI,
PROVINCIA MONTE CRISTI

codia 00000

codia 00000

codia 00000

codig 00000

codig 00000

FECHA: _____

CONTENIDO:

PLANTA DE LOSAS - GRADAS

ESCALA:

1:75

Septiembre 2026

NO. PÁGINA:

024



PROYECTO:
**CONSTRUCCIÓN CAMPO DE BÉISBOL
HERMANOS OLIVO
MUNICIPIO MONTE CRISTI,
PROVINCIA MONTE CRISTI**

EQUIPO DE TRABAJO:
DISEÑO ARQUITECTÓNICO
ARQ. _____
codia 00000

ENC. INGENIERÍA
ING. FIOR DALIZA BONIFACIO
codia 00000

ESTRUCTURAL
ING. Leopoldo Berroa
codia 00000

ELÉCTRICO
ING. Juan Pérez
codia 00000

HIDRO-SANITARIO
ING. Francis Estévez
codia 00000

SELLO DE APROBACIÓN:

FECHA: _____

CONTENIDO:

PLANTA DIMENSIONADA


ESCALA:

1:75

Septiembre 2026

NO. PÁGINA:

025

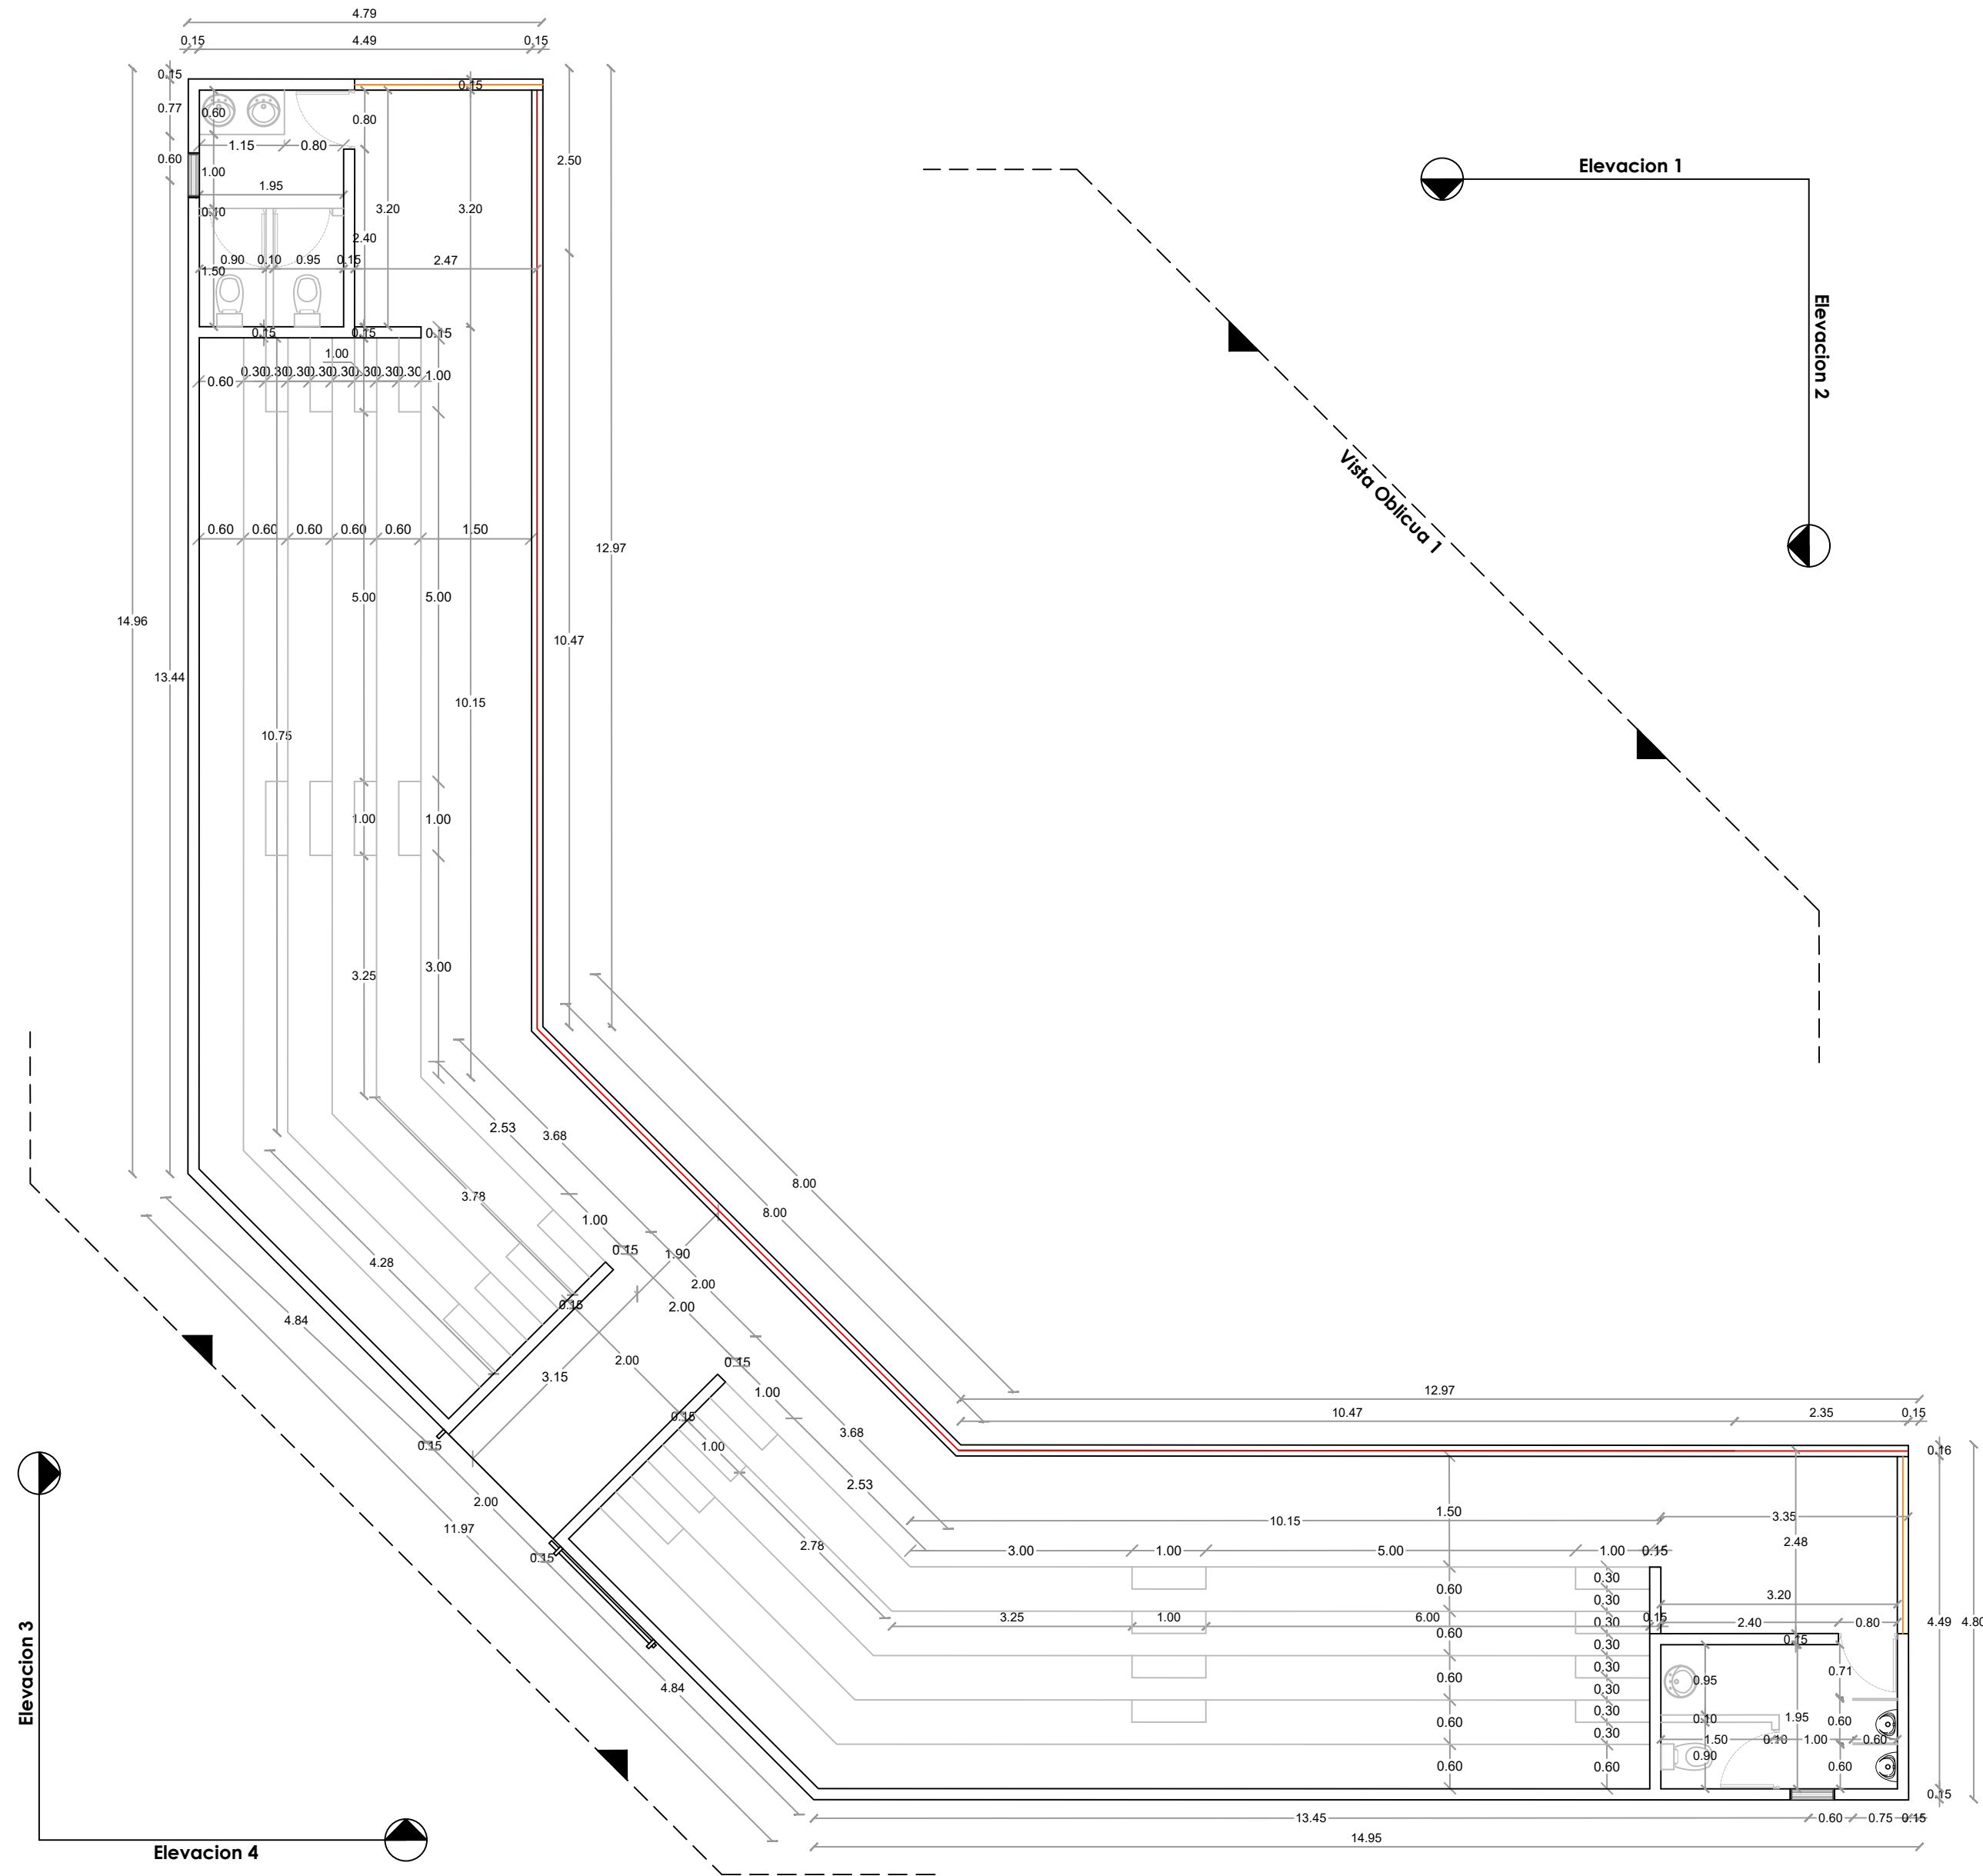



Ave. Dr. Delgado, Esq. Moises García,
Gazcue, Sto. Dgo., R.D.
TEL.: (809)-364-2189 | FAX.: (809)- 688-1665
E-Mail: info@cpadp.gob.do

PROYECTO:

**CONSTRUCCIÓN CAMPO DE BÉISBOL
HERMANOS OLIVO
MUNICIPIO MONTE CRISTI,
PROVINCIA MONTE CRISTI**

EQUIPO DE TRABAJO:

DISEÑO ARQUITECTÓNICO
ARQ.

codia 00000

ENC. INGENIERÍA

ING. FIOR DALIZA BONIFACIO
codia 00000 _____

ESTRUCTURAL

ING. Leopoldo Berroa
codia 00000

ELÉCTRICO

ING. Juan Pérez
codia 00000

HIDRO-SANITARIO

ING. Francis Estévez
codia 00000

SELO DE APROBACIÓN:

FECHA:

CONTENIDO:

PLANTA DIMENSIONADA


ESCALA:


1:75

Septiembre 2026


NO. PÁGINA:

026

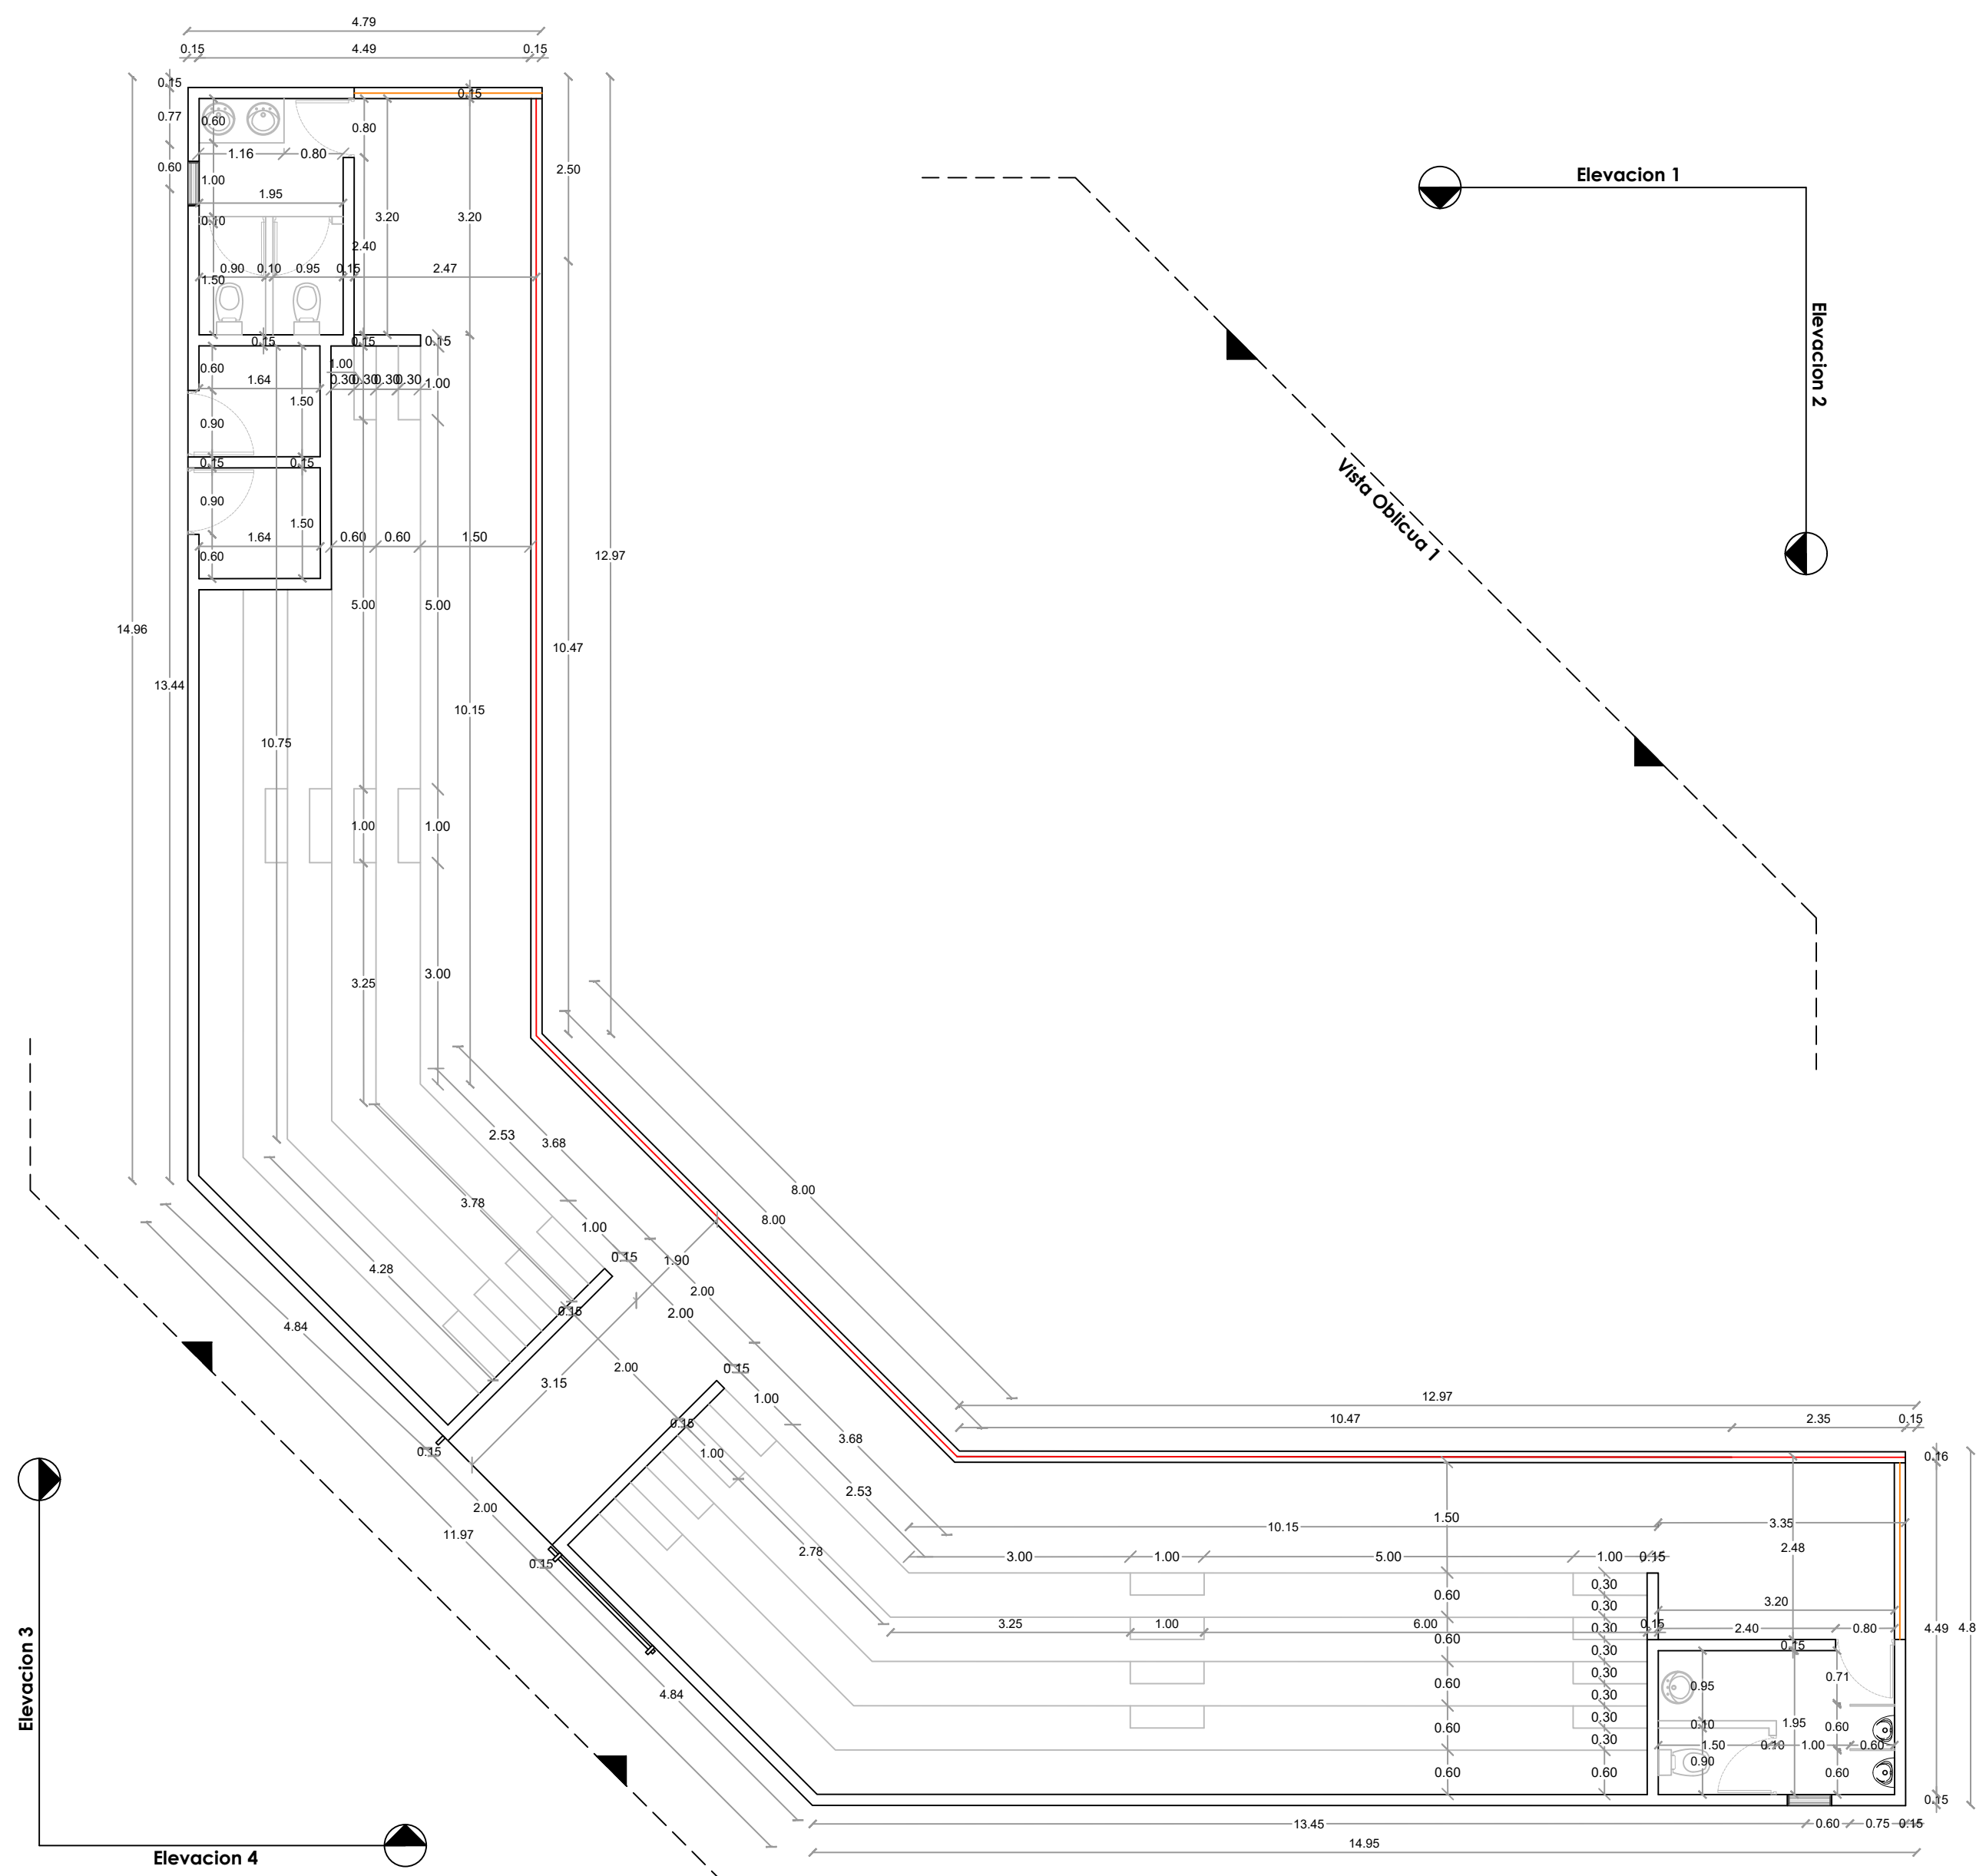


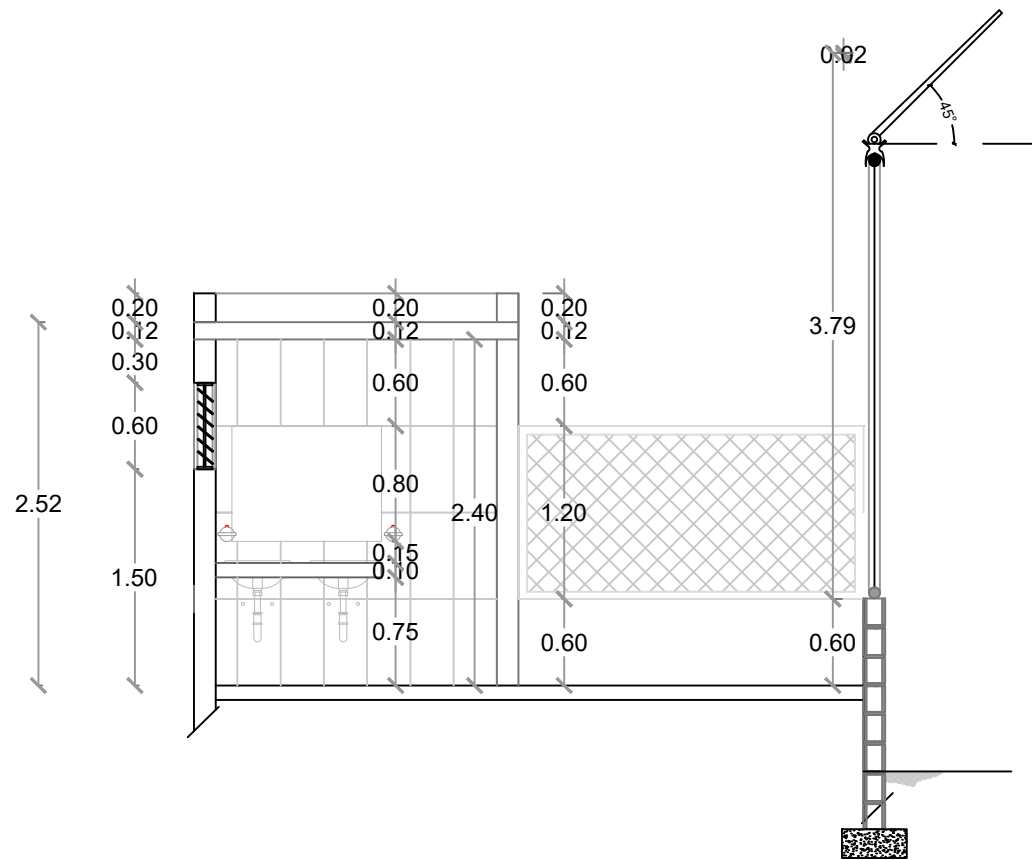


SECCIÓN A-A' - DIMENSIONADA - GRADAS
ESC. 1:50

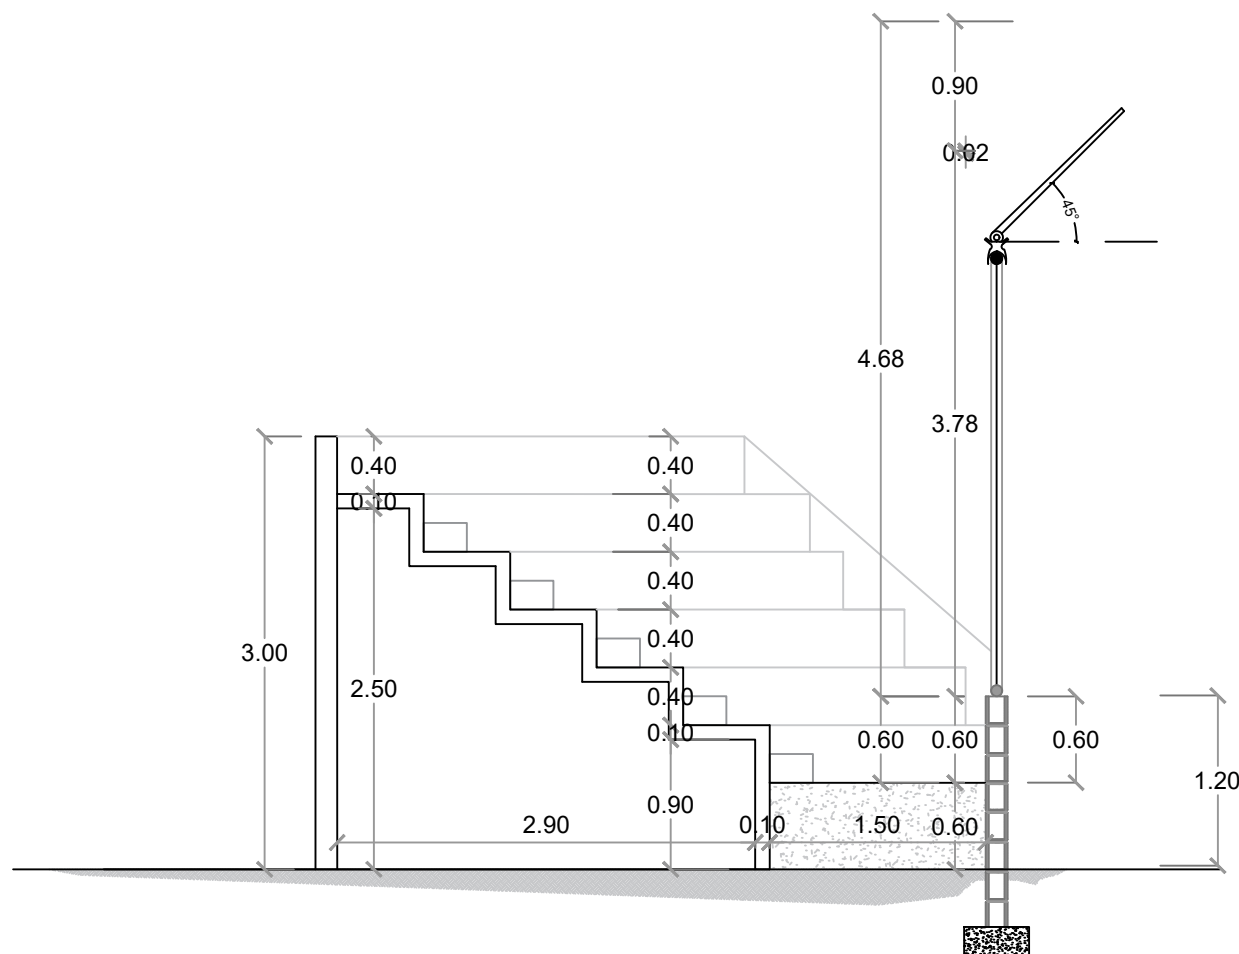

SECCIÓN B-B' - DIMENSIONADA - GRADAS
ESC. 1:50

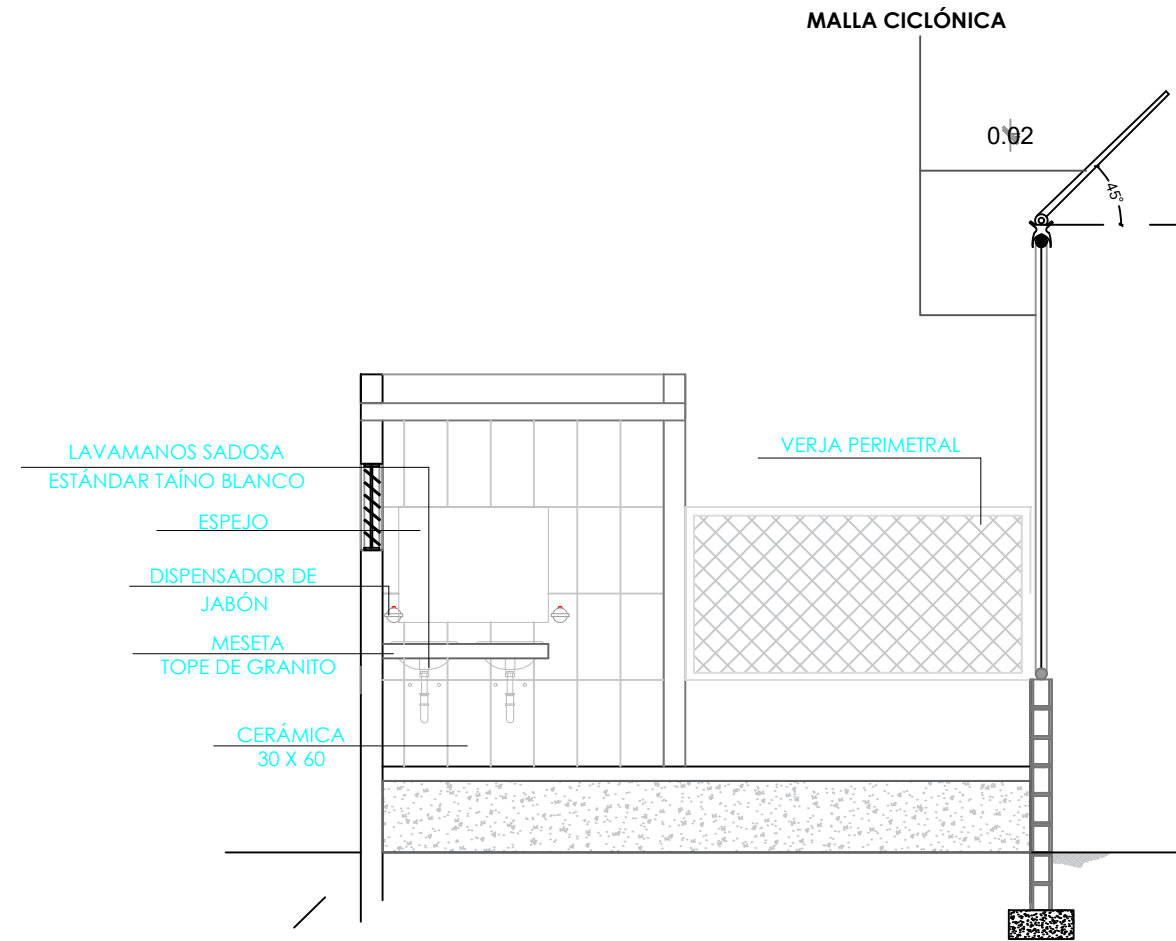

SECCIÓN A-A' - DETALLES - GRADAS
ESC. 1:50

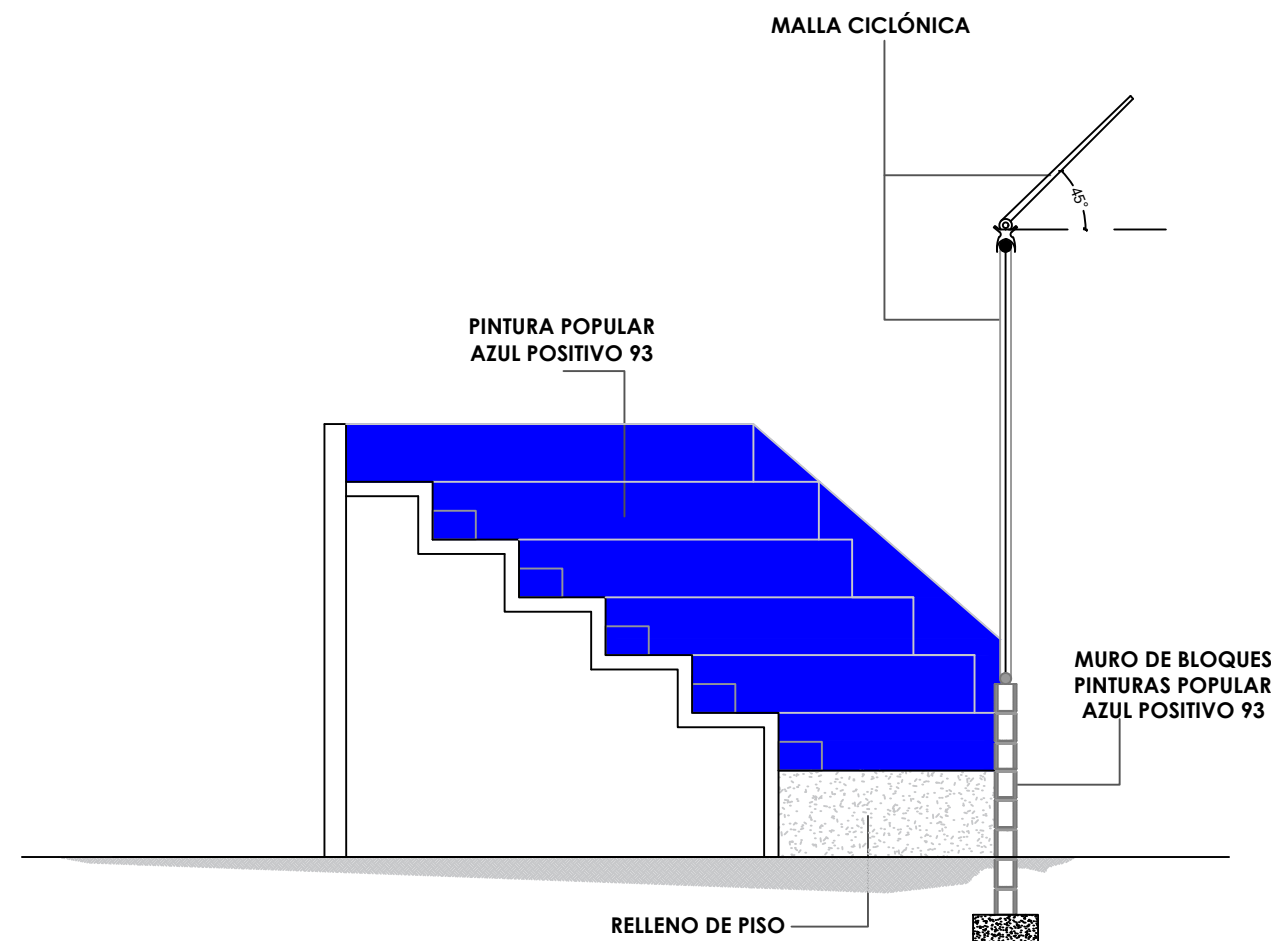

SECCIÓN B-B' - DETALLES - GRADAS
ESC. 1:50



DIRECCION DE DESARROLLO PROVINCIAL DDP

Ave. Dr. Delgado, Esq. Moises García,
Gazcue, Sto. Dgo., R.D.
TEL.: (809)-364-2189 | FAX.: (809)- 688-1665
E-Mail: info@cpadp.gob.do

PROYECTO:
**CONSTRUCCIÓN CAMPO DE BÉISBOL
HERMANOS OLIVO
MUNICIPIO MONTE CRISTI,
PROVINCIA MONTE CRISTI**

EQUIPO DE TRABAJO:
DISEÑO ARQUITECTÓNICO
ARQ.
codia 00000
ENC. INGENIERÍA
ING. FIOR DALIZA BONIFACIO
codia 00000

ESTRUCTURAL
ING. Leopoldo Berroa
codia 00000

ELÉCTRICO
ING. Juan Pérez
codia 00000

HIDRO-SANITARIO
ING. Francis Estévez
codia 00000

SELLO DE APROBACIÓN:

FECHA:

CONTENIDO:

SECCIONES

ESCALA:
1:50

Septiembre 2026

NO. PÁGINA:

027

PROYECTO:
**CONSTRUCCIÓN CAMPO DE BÉISBOL
HERMANOS OLIVO
MUNICIPIO MONTE CRISTI,
PROVINCIA MONTE CRISTI**

EQUIPO DE TRABAJO:
DISEÑO ARQUITECTÓNICO
ARQ. _____
codia 00000

ENC. INGENIERÍA
ING. FIOR DALIZA BONIFACIO
codia 00000

ESTRUCTURAL
ING. Leopoldo Berroa
codia 00000

ELÉCTRICO
ING. Juan Pérez
codia 00000

HIDRO-SANITARIO
ING. Francis Estévez
codia 00000

SELLO DE APROBACIÓN:

FECHA: _____

CONTENIDO:


SECCIONES

ESCALA:


Septiembre 2026

NO. PÁGINA:


028

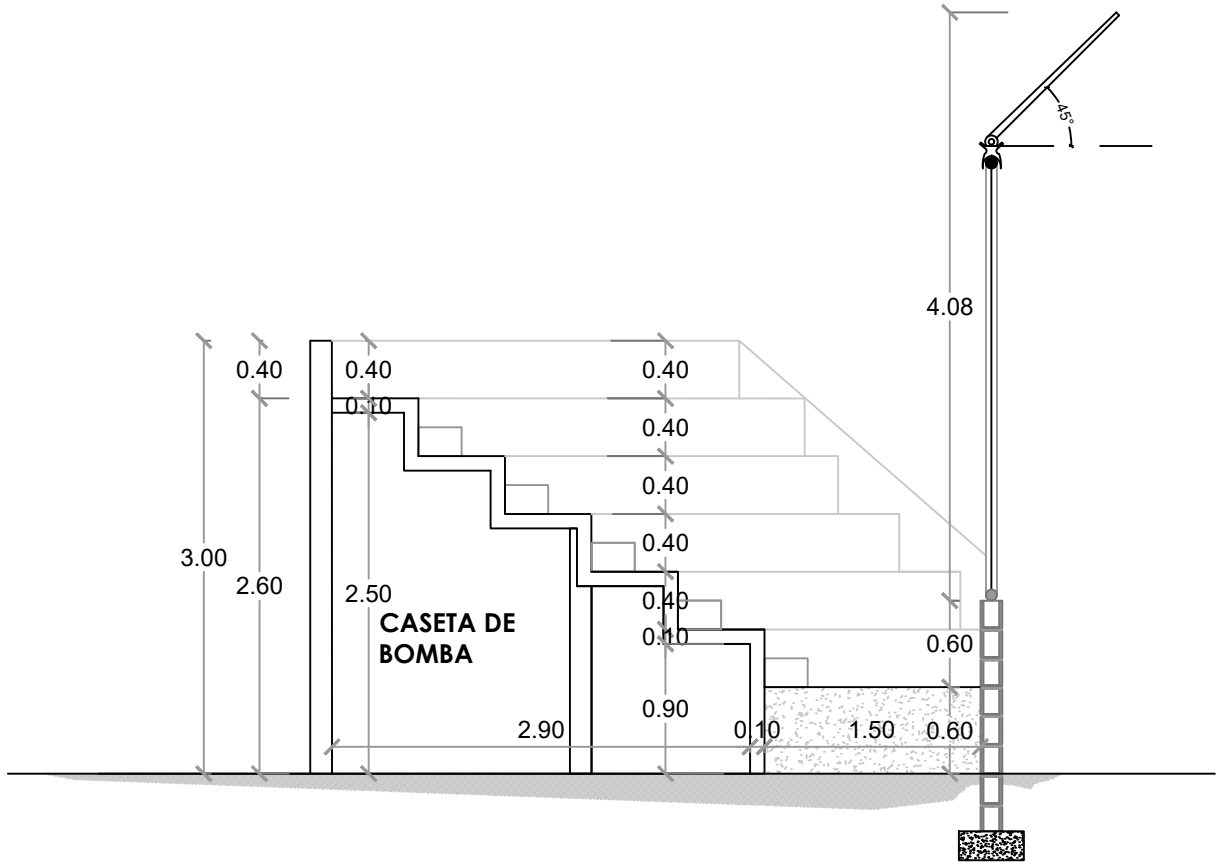


 **SECCIÓN C-C - DIMENSIONADA - GRADAS**
ESC. 1:50

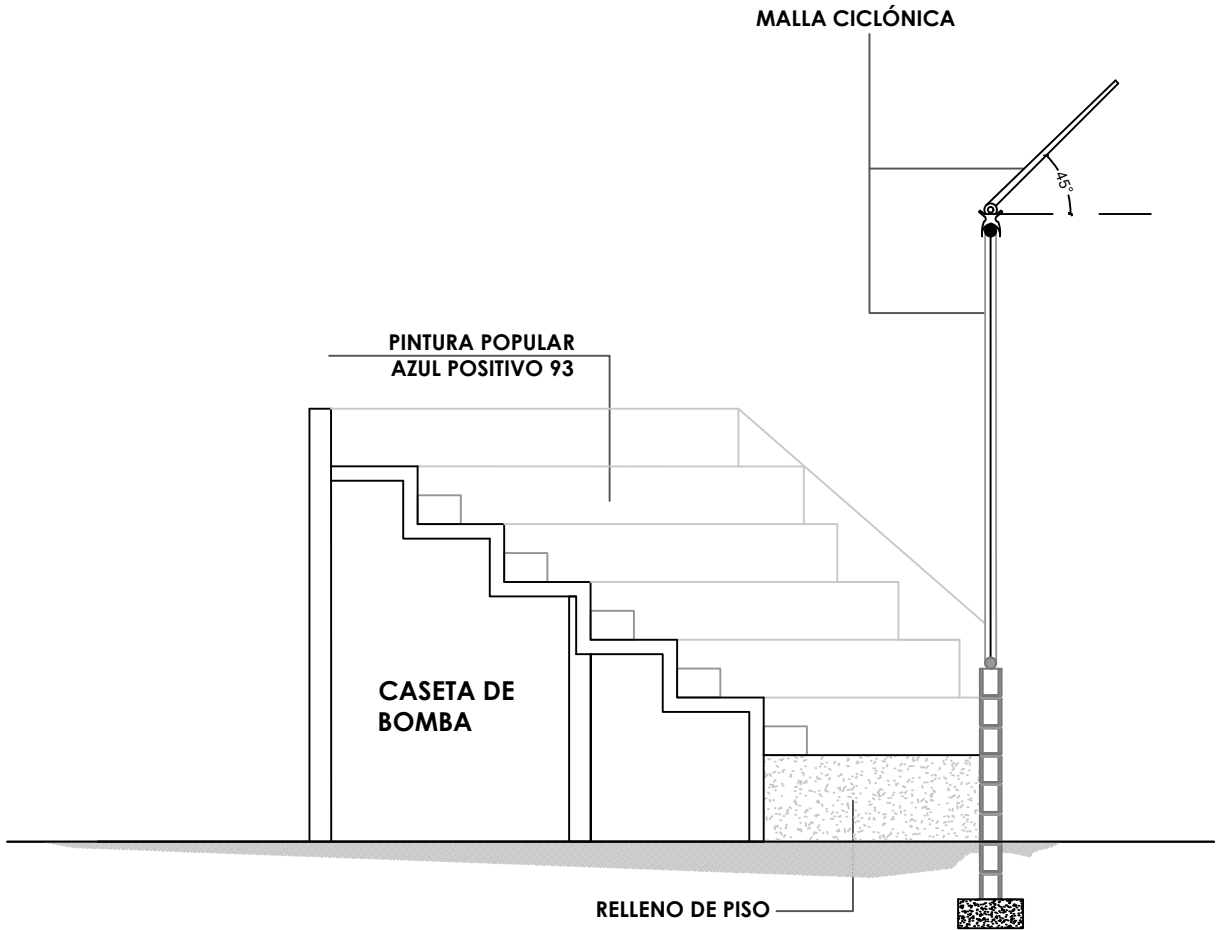


 **SECCIÓN C-C' - DETALLES - GRADAS**
ESC. 1:50

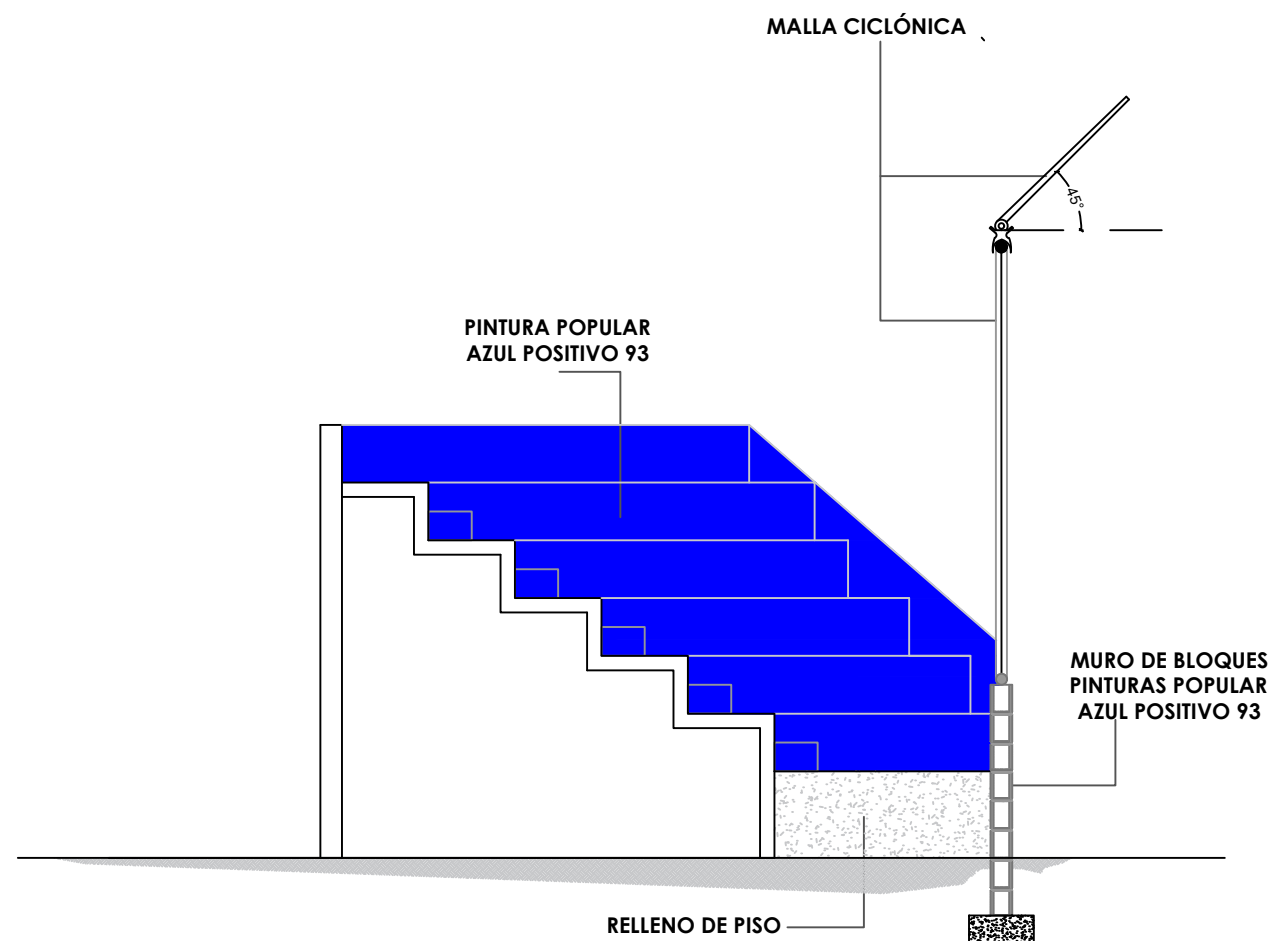

1 00 ELEVACION- DETALLES - GRADAS
ESC. 1:50

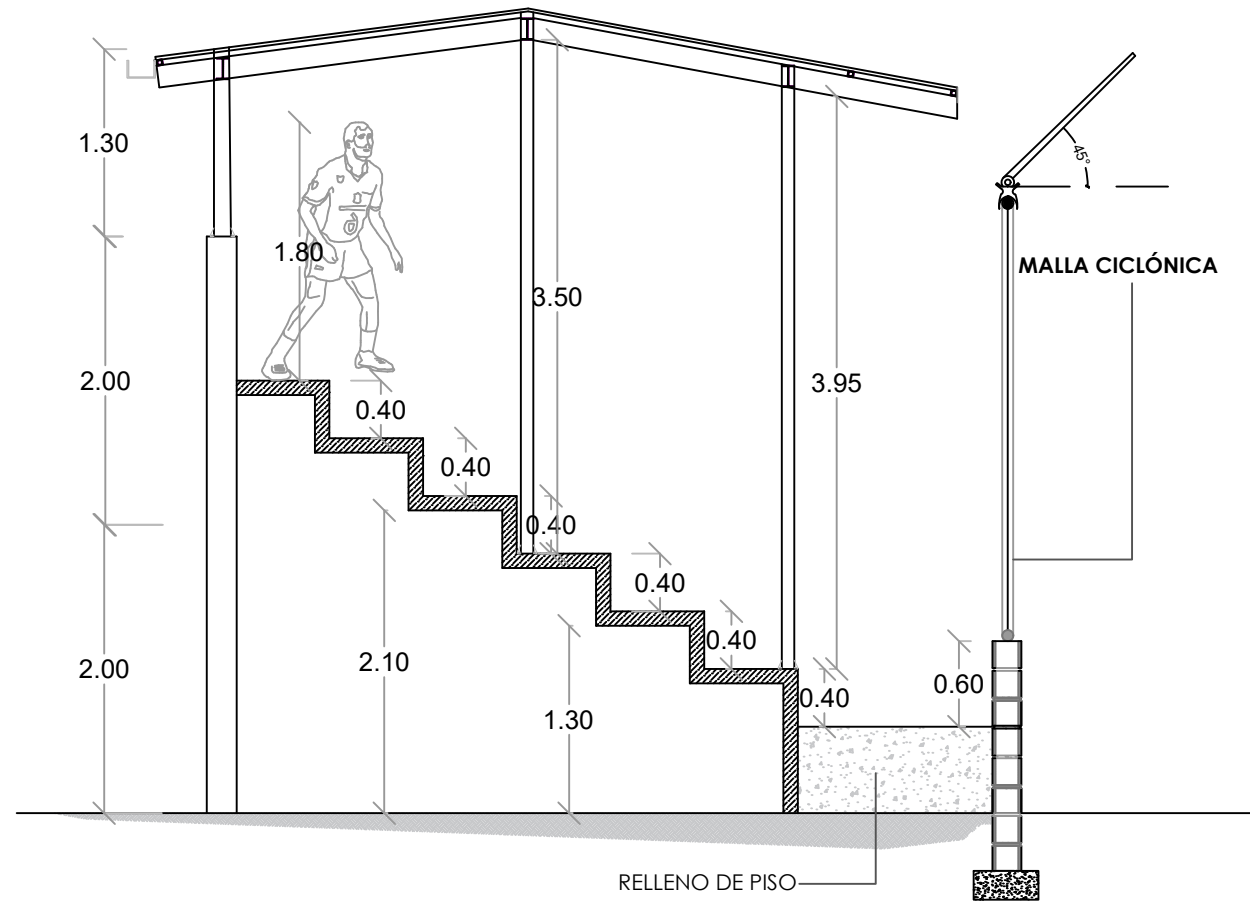


SECCION DE GRADAS - DETALLE DE TECHO

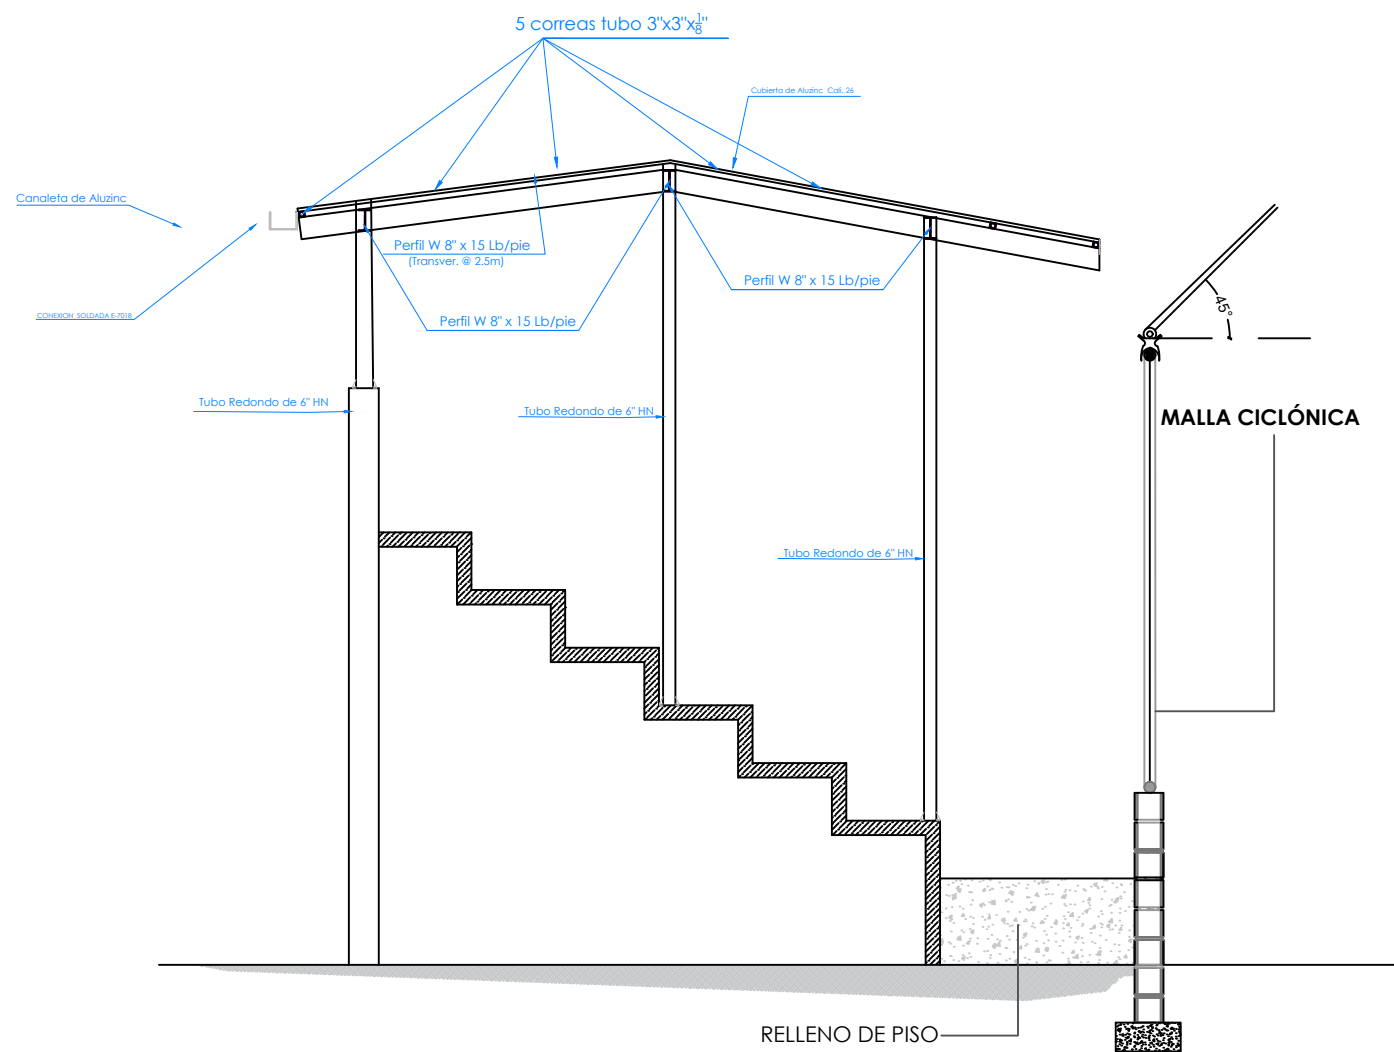


SECCION DE GRADAS - DETALLE DE TECHO



PLACA BASE

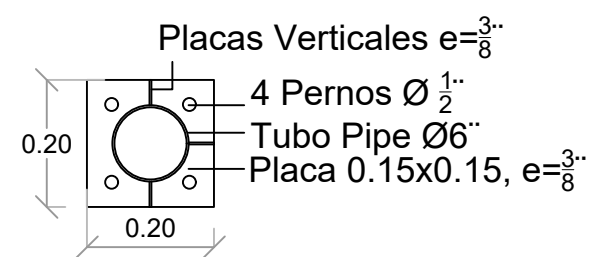

SECCIÓN PERNO

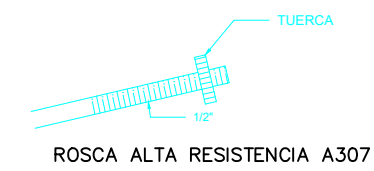

NOTA: TODOS LOS PLANOS PUEDEN SER MODIFICADOS Y / AJUSTADOS EN CAMPO



DIRECCION DE DESARROLLO PROVINCIAL DDP

Ave. Dr. Delgado, Esq. Moises García,
Gazcue, Sto. Dgo., R.D.
TEL.: (809)-364-2189 | FAX.: (809)- 688-1665
E-Mail: info@cpadp.gob.do

PROYECTO:
**CONSTRUCCIÓN CAMPO DE BÉISBOL
HERMANOS OLIVO
MUNICIPIO MONTE CRISTI,
PROVINCIA MONTE CRISTI**

EQUIPO DE TRABAJO:
DISEÑO ARQUITECTÓNICO
ARQ.
codia 00000
ENC. INGENIERÍA
ING. FIOR DALIZA BONIFACIO
codia 00000

ESTRUCTURAL
ING. Leopoldo Berroa
codia 00000

ELÉCTRICO
ING. Juan Pérez
codia 00000

HIDRO-SANITARIO
ING. Francis Estévez
codia 00000

SELLO DE APROBACIÓN:

FECHA:

CONTENIDO:

SECCIONES

ESCALA:

Septiembre 2026

NO. PÁGINA:

029

PROYECTO:
**CONSTRUCCIÓN CAMPO DE BÉISBOL
HERMANOS OLIVO
MUNICIPIO MONTE CRISTI,
PROVINCIA MONTE CRISTI**

EQUIPO DE TRABAJO:

DISEÑO ARQUITECTÓNICO
ARQ. _____
codia 00000

ENC. INGENIERÍA
ING. FIOR DALIZA BONIFACIO
codia 00000

ESTRUCTURAL
ING. Leopoldo Berroa
codia 00000

ELÉCTRICO
ING. Juan Pérez
codia 00000

HIDRO-SANITARIO
ING. Francis Estévez
codia 00000

SELLO DE APROBACIÓN:


FECHA: _____

CONTENIDO:


ESCALA:
1:75

Septiembre 2026

NO. PÁGINA:
030

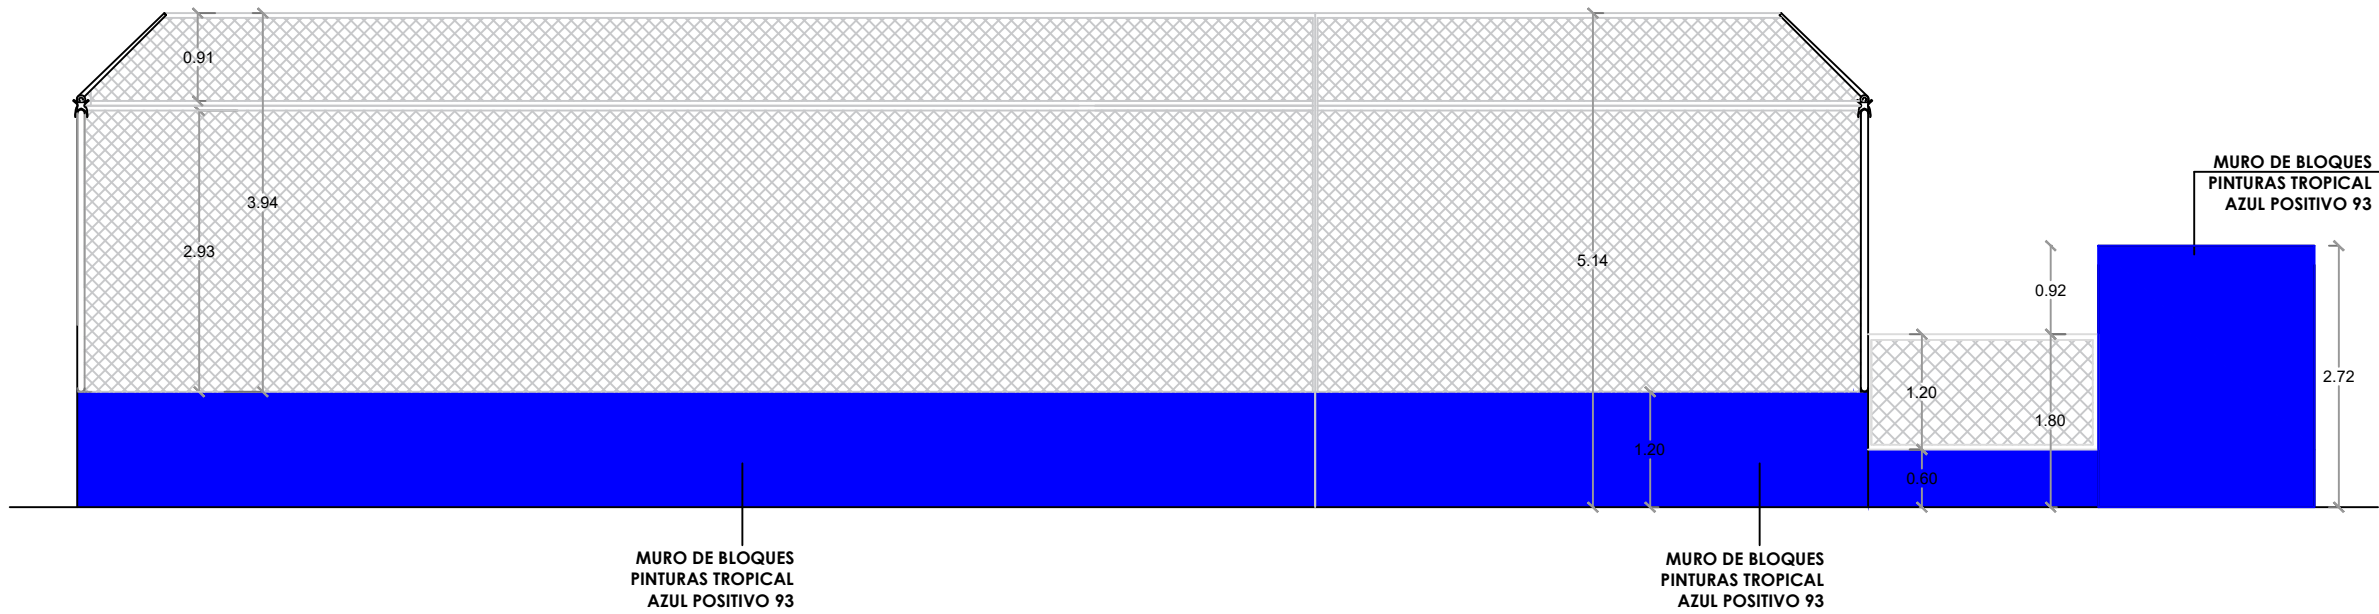

ELEVACIÓN 1 - GRADAS
ESC. 1:75

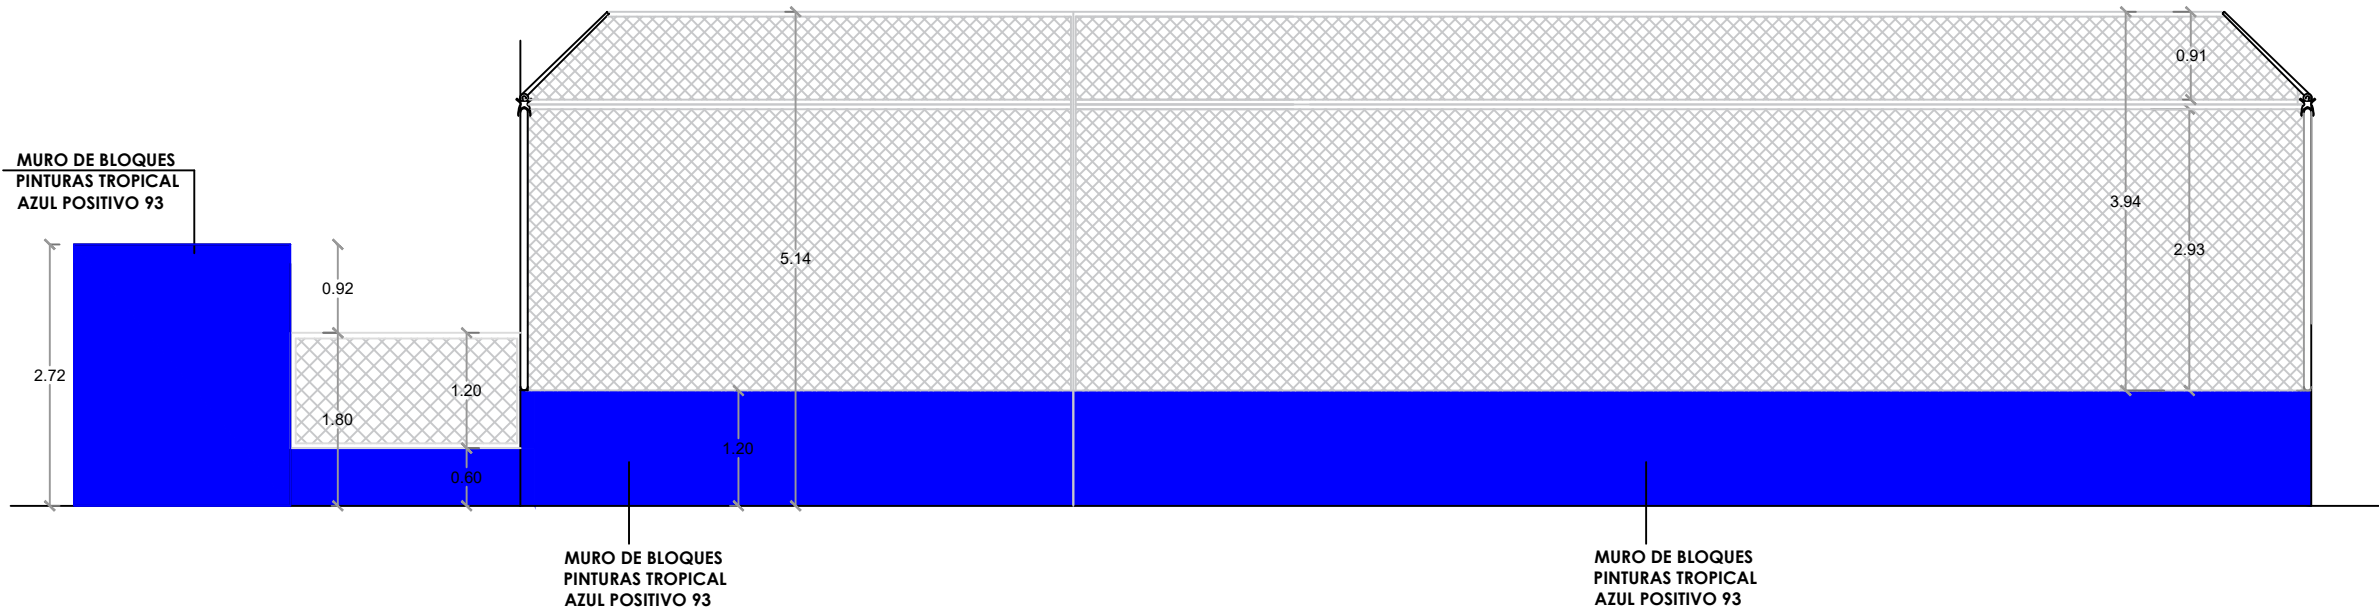

ELEVACIÓN 2 - GRADAS
ESC. 1:75

PROYECTO:

**CONSTRUCCIÓN CAMPO DE BÉISBOL
HERMANOS OLIVO
MUNICIPIO MONTE CRISTI,
PROVINCIA MONTE CRISTI**

EQUIPO DE TRABAJO:

DISEÑO ARQUITECTÓNICO
ARQ.

codia 00000

ENC. INGENIERÍA
ING. FIOR DALIZA BONIFACIO
codia 00000

ESTRUCTURAL
ING. Leopoldo Berroa
codia 00000

ELÉCTRICO
ING. Juan Pérez
codia 00000

HIDRO-SANITARIO
ING. Francis Estévez
codia 00000

SELLO DE APROBACIÓN:

FECHA: _____

CONTENIDO:

PLANTA ARQUITECTÓNICA


ESCALA:

1:75


Septiembre 2026

NO. PÁGINA:


031

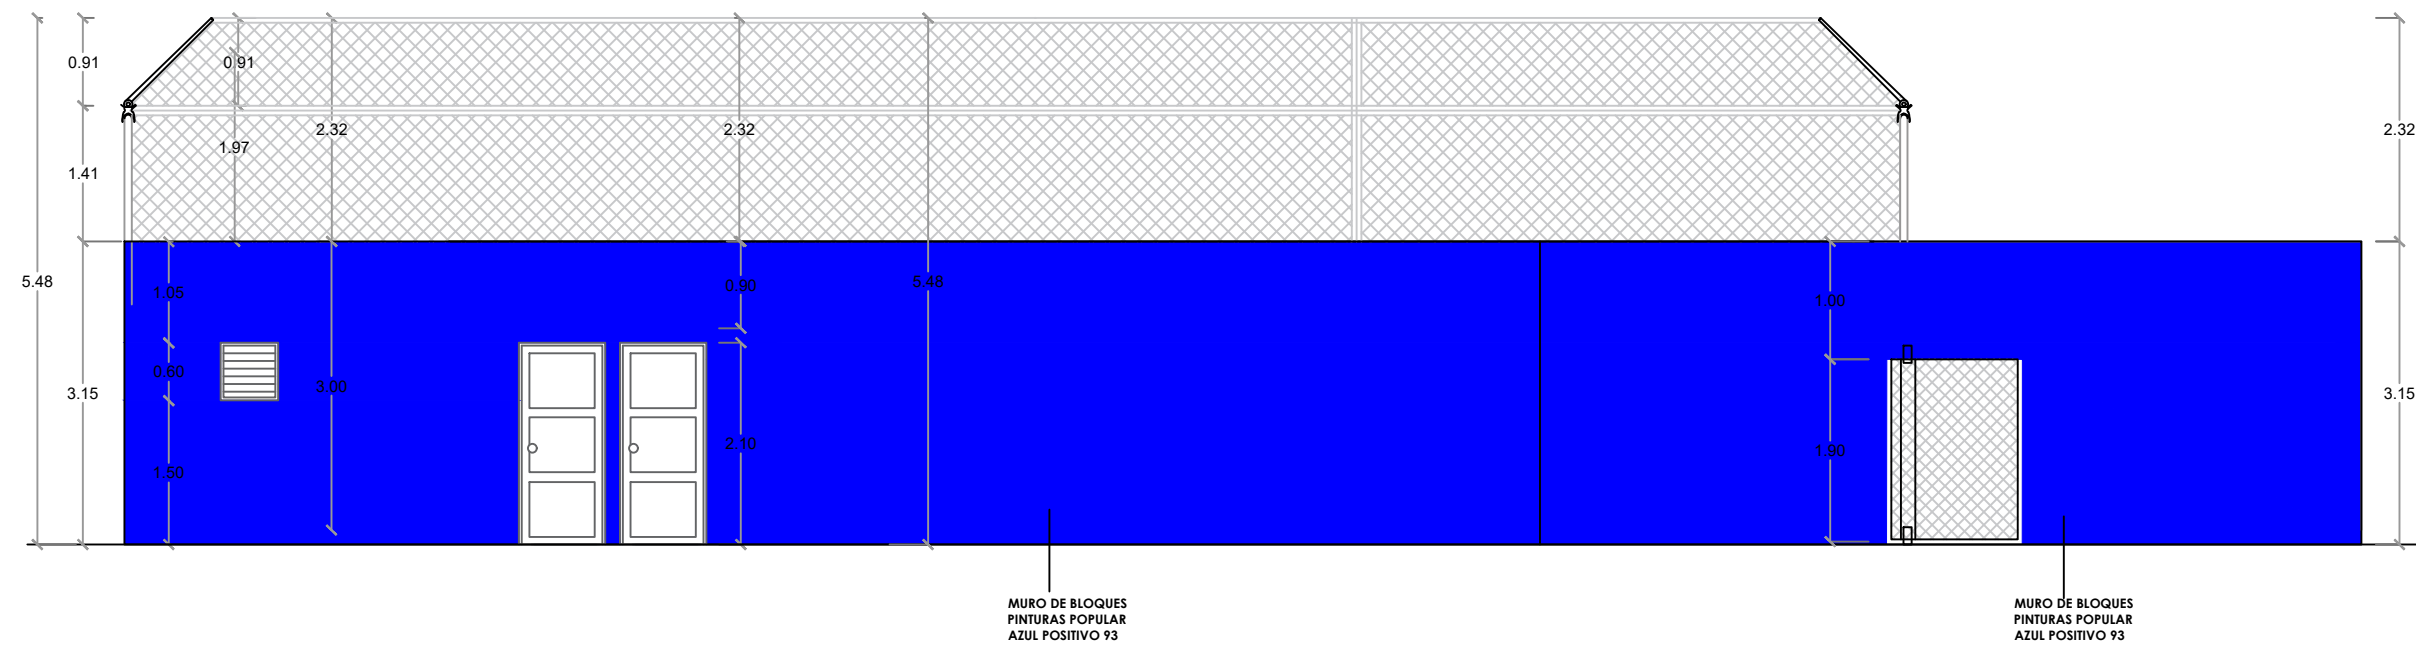

ELEVACIÓN 3 - GRADAS
ESC. 1:75

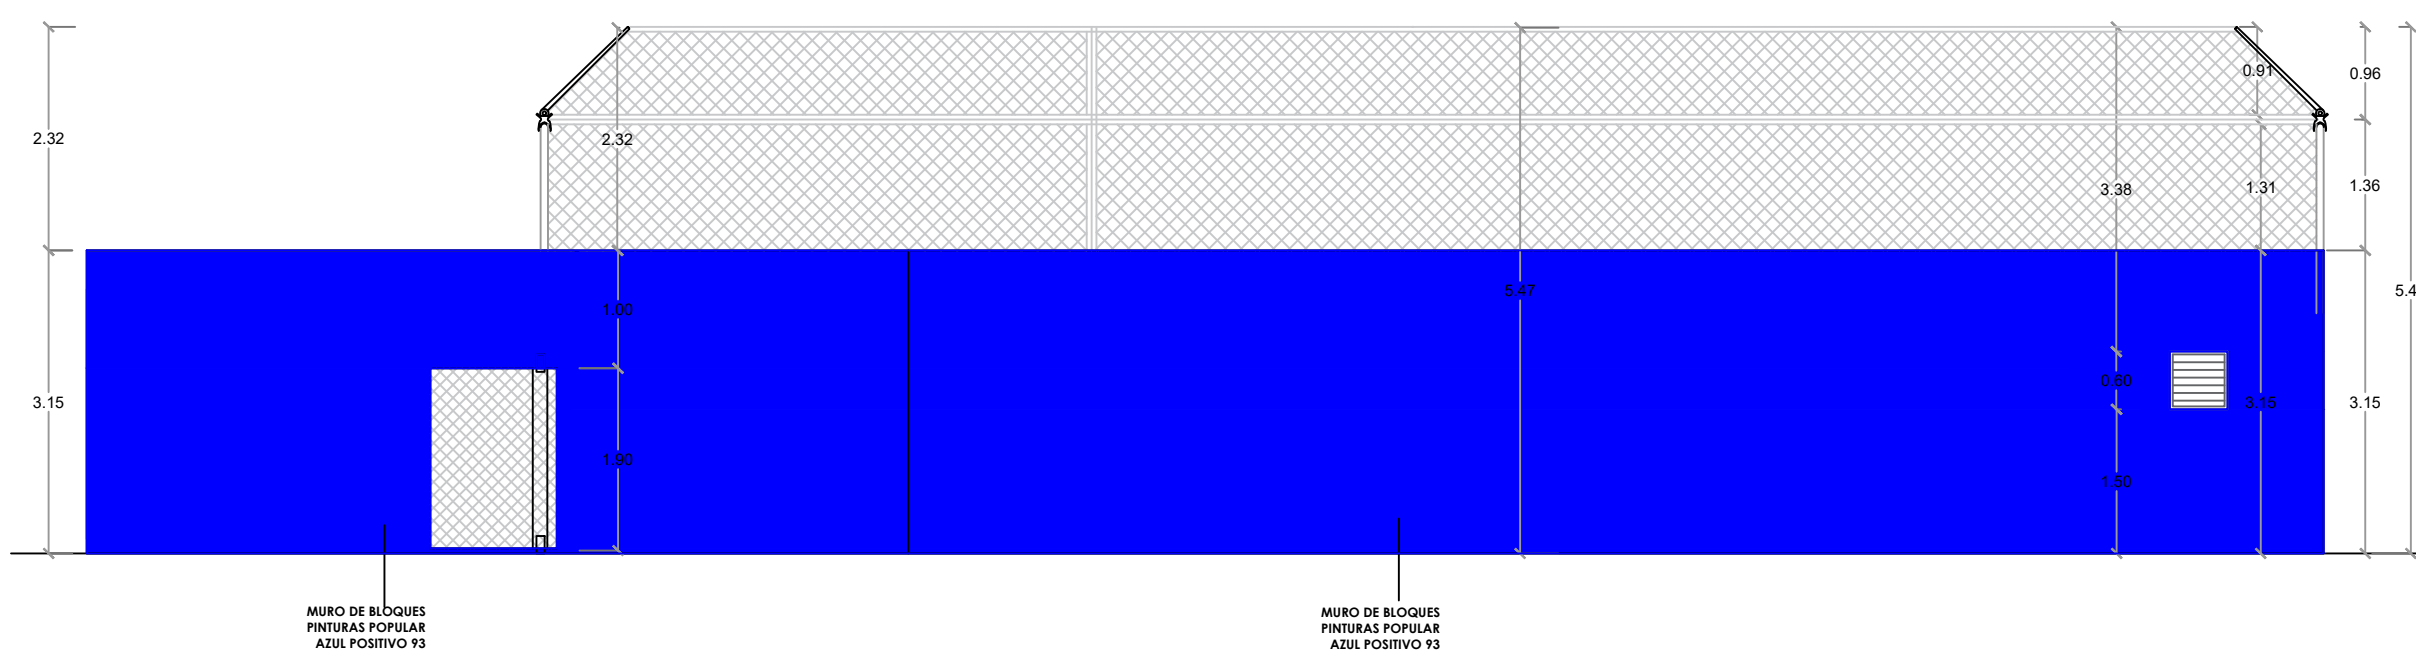


ELEVACIÓN 4 - GRADAS
ESC. 1:75

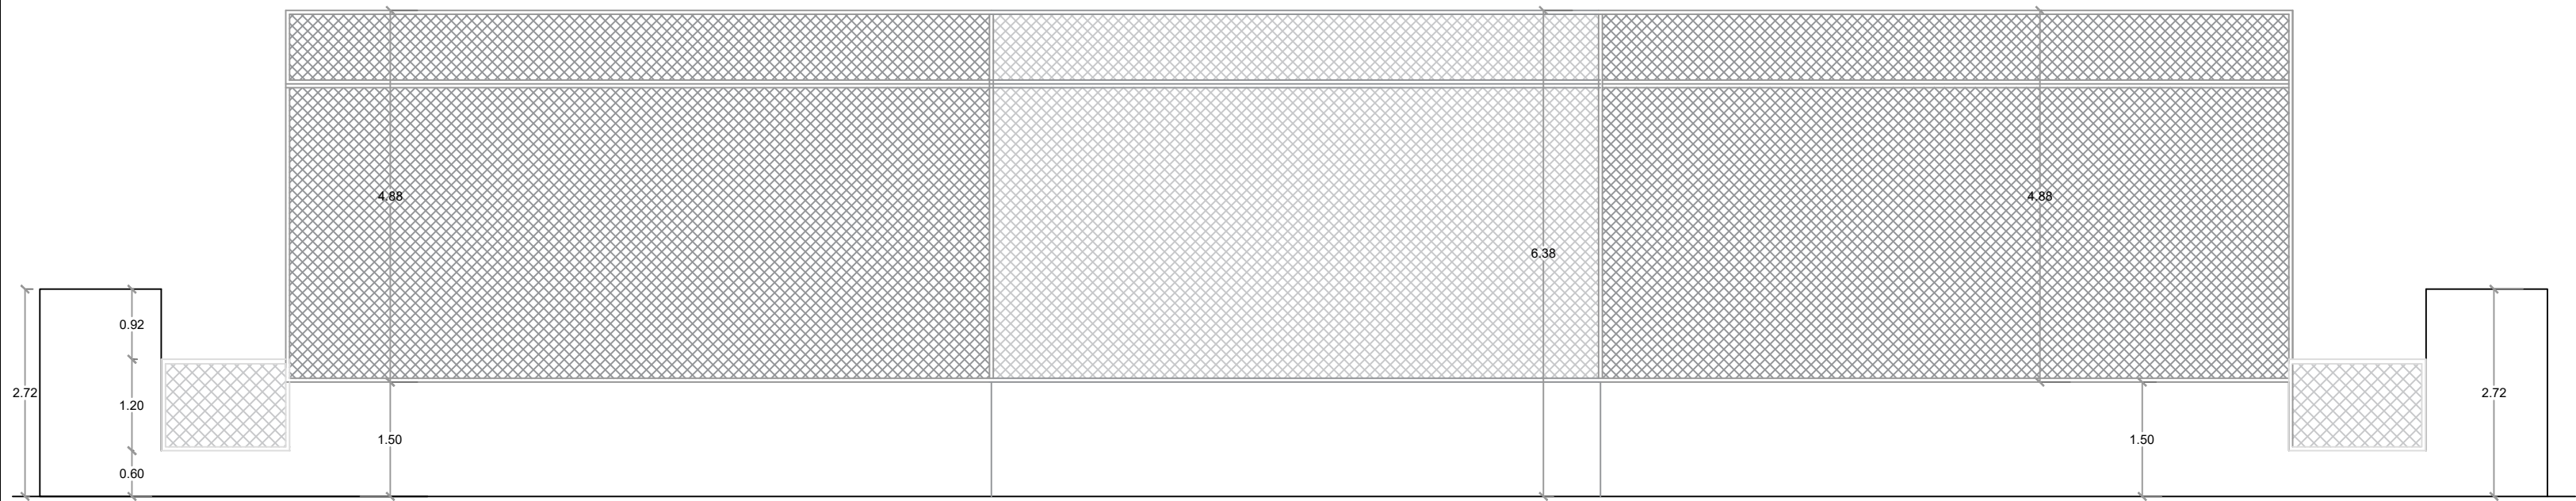

ELEVACIÓN OBLICUA 1

ESC. 1:100

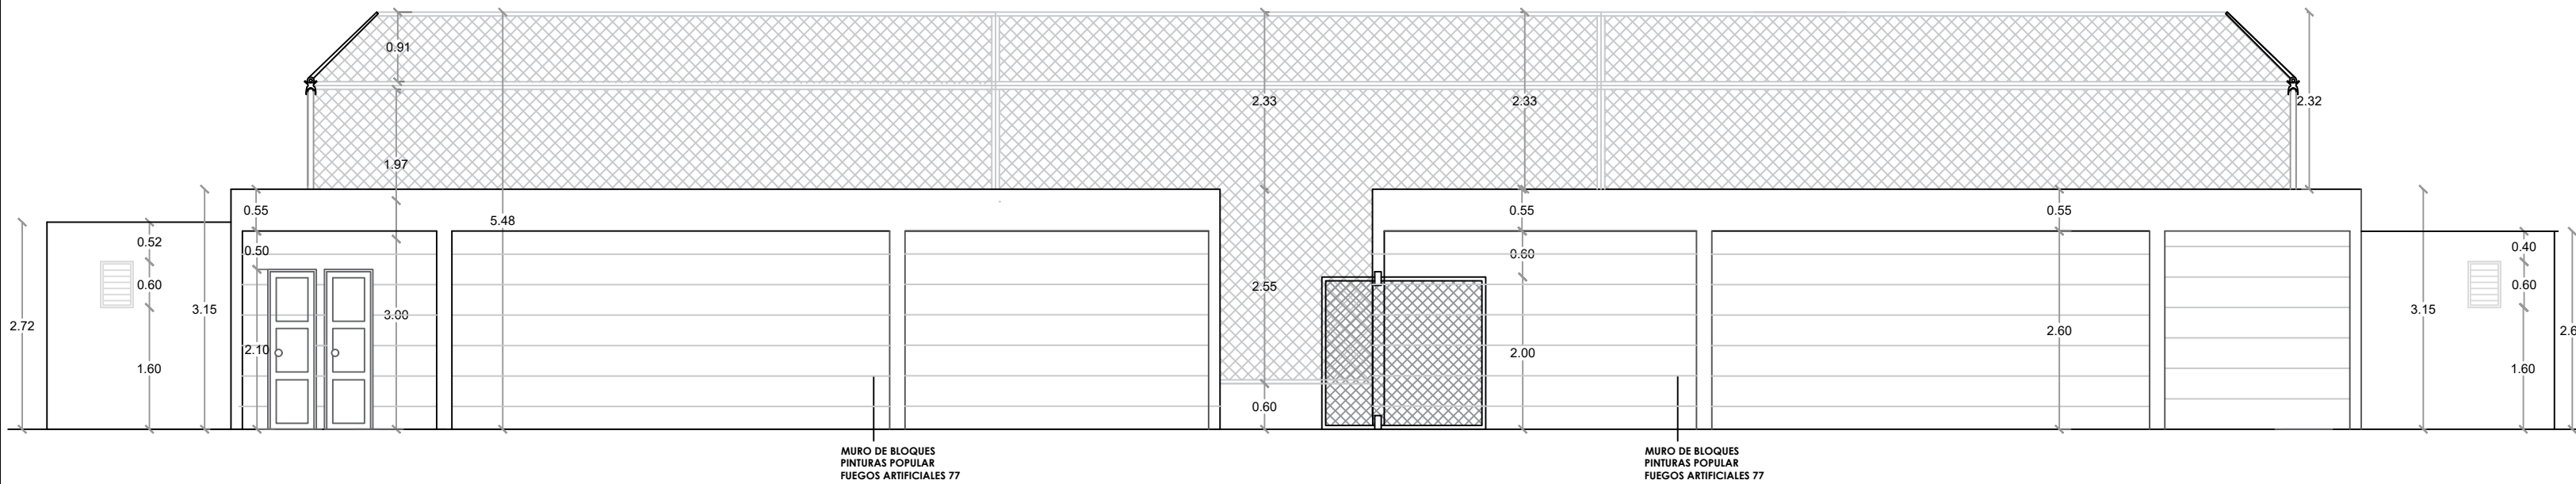


ELEVACIÓN OBLICUA 2

ESC. 1:100



PLANTA ARQUITECTÓNICA

ESC. 1:75

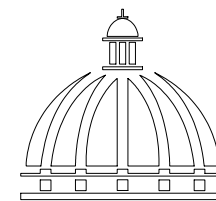

GOBIERNO DE LA
REPÚBLICA DOMINICANA

DIRECCION DE DESARROLLO
PROVINCIAL
DDP

Ave. Dr. Delgado, Esq. Moises García,
Gazcue, Sto. Dgo., R.D.
TEL.: (809)-364-2189 | FAX.: (809)- 688-1665
E-Mail: info@cpadp.gob.do

PROYECTO:

CONSTRUCCIÓN CAMPO DE BÉISBOL
HERMANOS OLIVO
MUNICIPIO MONTE CRISTI,
PROVINCIA MONTE CRISTI

EQUIPO DE TRABAJO:

DISEÑO ARQUITECTÓNICO
ARQ.

codia 00000

ENC. INGENIERÍA
ING. FIOR DALIZA BONIFACIO
codia 00000

ESTRUCTURAL
ING. Leopoldo Berroa
codia 00000

ELÉCTRICO
ING. Juan Pérez
codia 00000

HIDRO-SANITARIO
ING. Francis Estévez
codia 00000

SELLO DE APROBACIÓN:

FECHA:

CONTENIDO:

PLANTA ARQUITECTÓNICA



ESCALA:

1:75

Septiembre 2026

NO. PÁGINA:

032

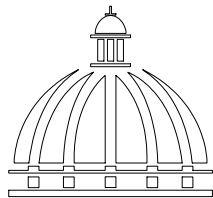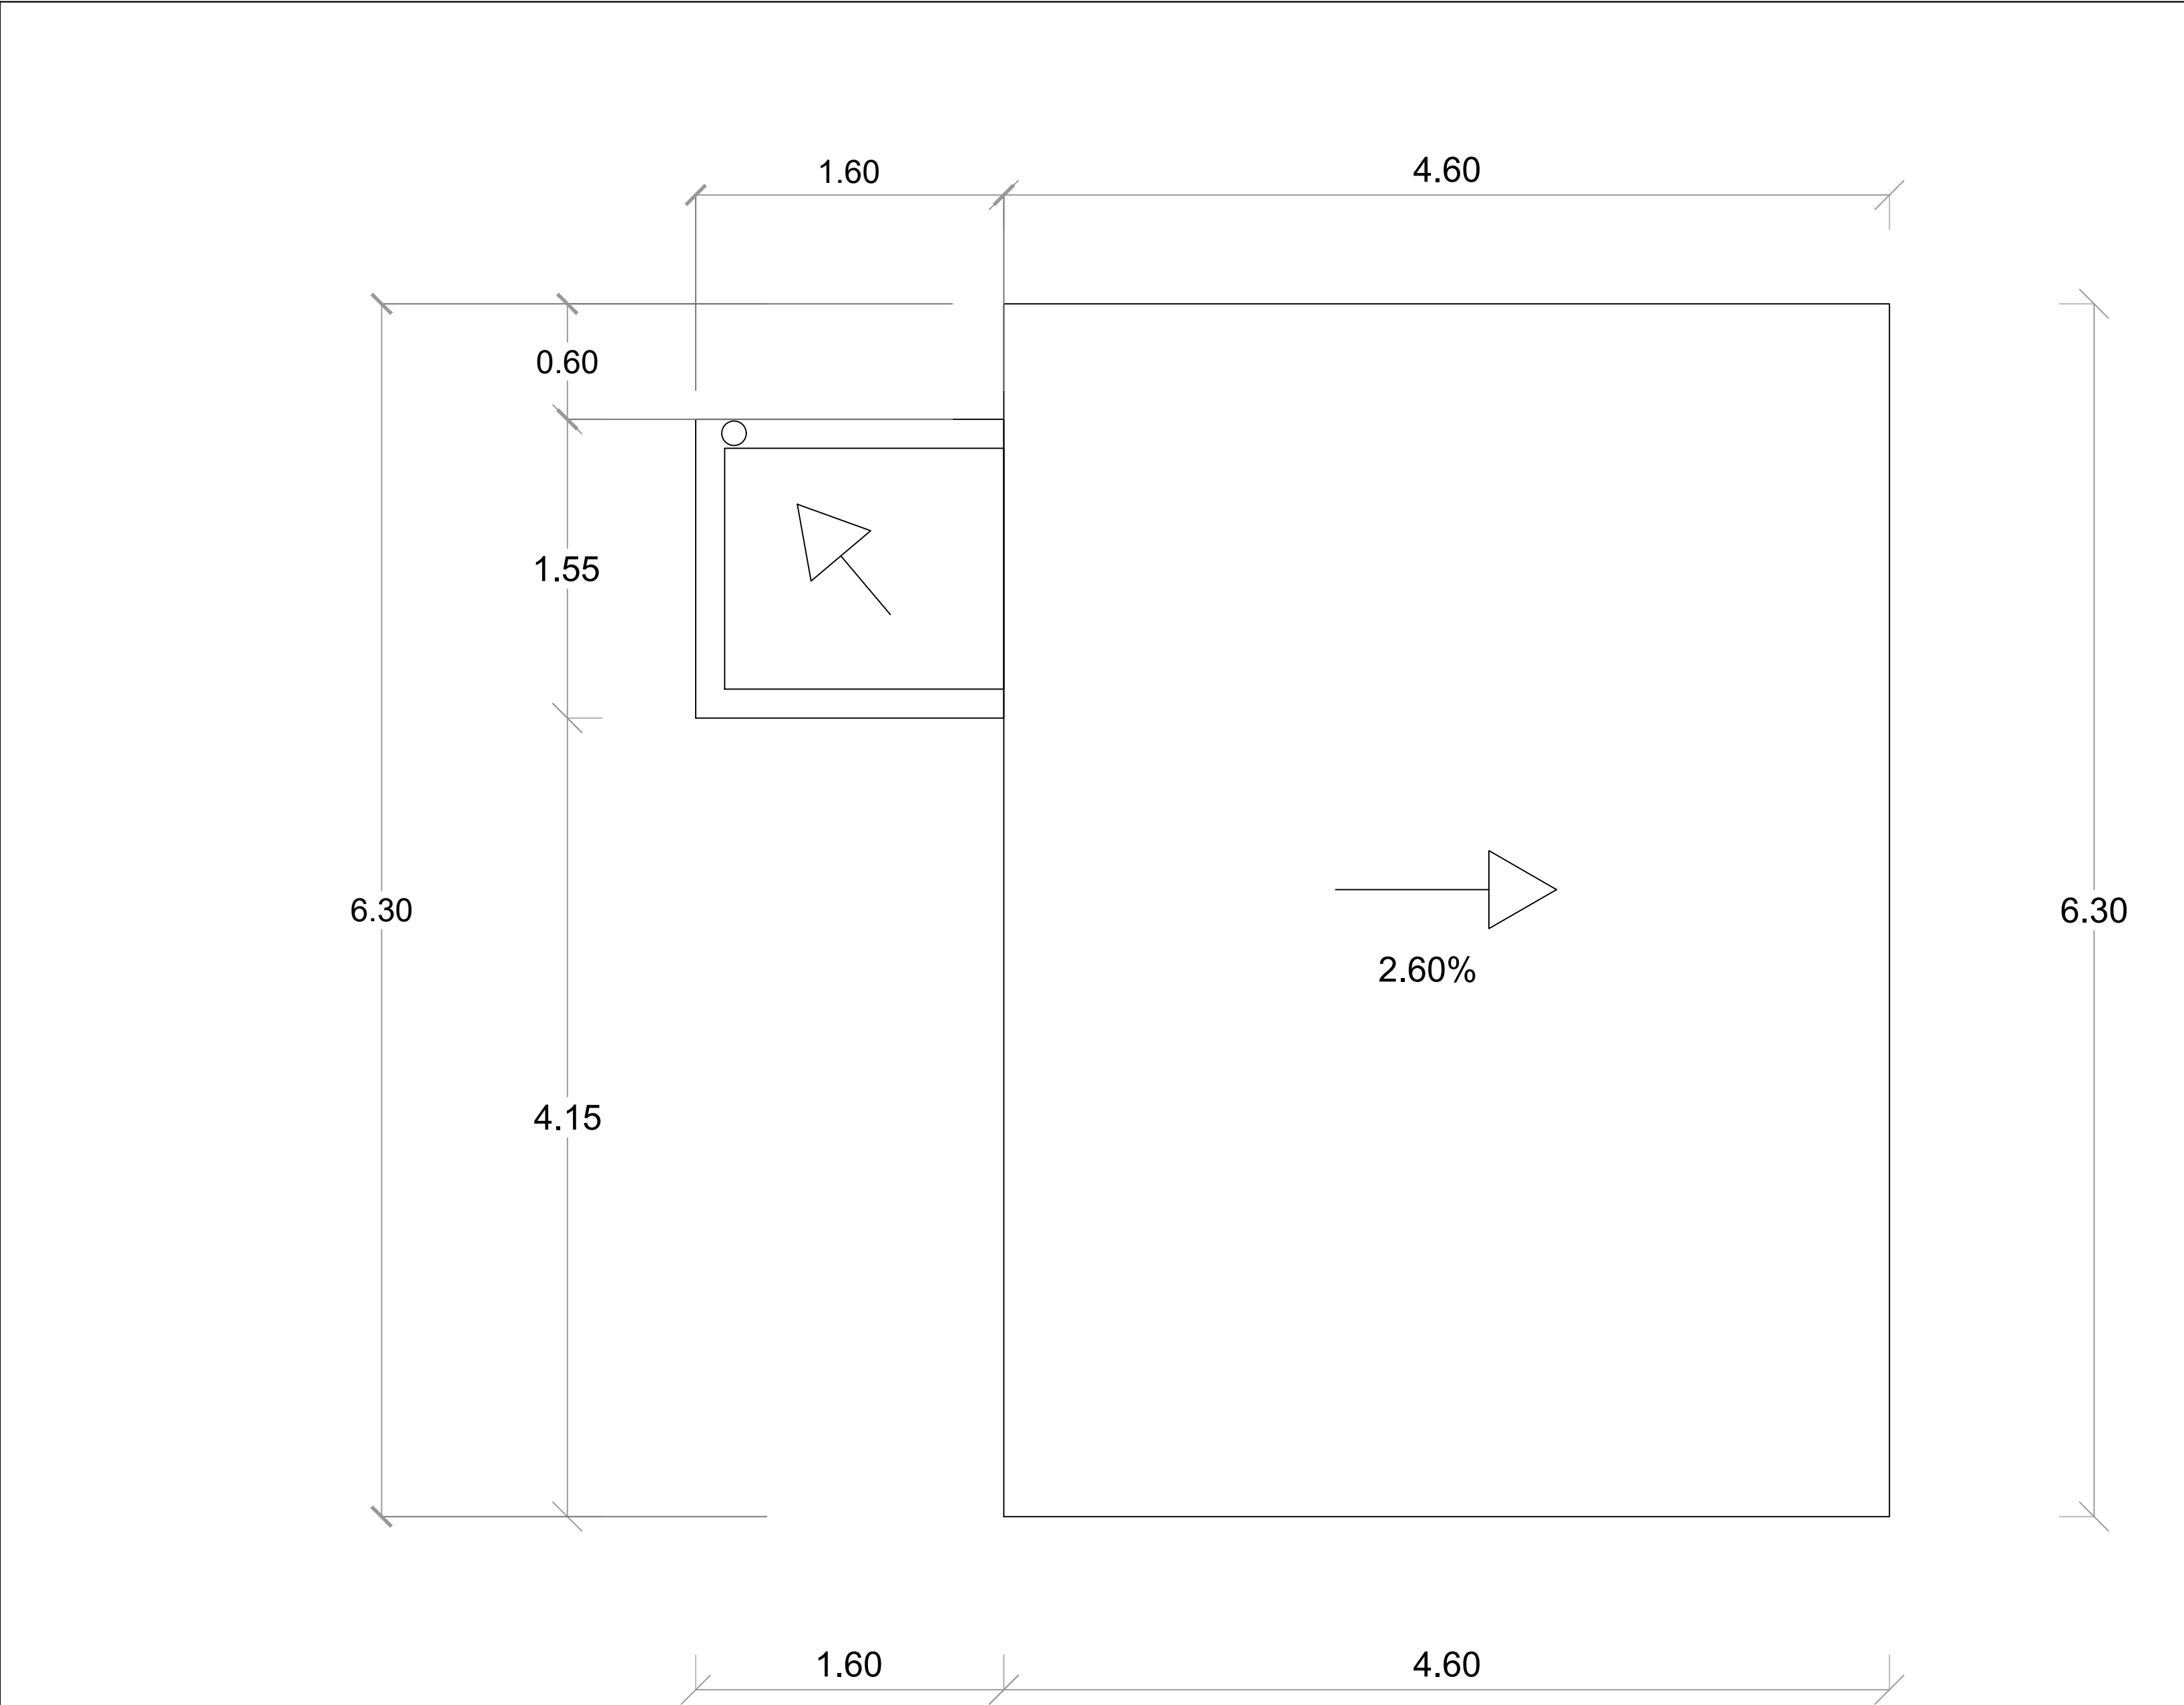

**DIRECCION DE DESARROLLO
PROVINCIAL
DDP**

Ave. Dr. Delgado, Esq. Moises García,
Gazcue, Sto. Dgo., R.D.
TEL.: (809)-364-2189 | FAX.: (809)- 688-1665
E-Mail: info@cpadp.gob.do

PROYECTO:
**CONSTRUCCIÓN CAMPO DE BÉISBOL
HERMANOS OLIVO
MUNICIPIO MONTE CRISTI,
PROVINCIA MONTE CRISTI**

EQUIPO DE TRABAJO:
DISEÑO ARQUITECTÓNICO
ARQ. _____
codia 00000 _____

ENC. INGENIERÍA
ING. FIOR DALIZA BONIFACIO
codia 00000 _____

ESTRUCTURAL
ING. Leopoldo Berroa
codia 00000 _____

ELÉCTRICO
ING. Juan Pérez
codia 00000 _____

HIDRO-SANITARIO
ING. Francis Estévez
codia 00000 _____

SELLO DE APROBACIÓN:

FECHA: _____

CONTENIDO:
**PLANTA ARQUITECTÓNICA
DE TECHO- CAFETERIA**

ESCALA:
1:25

Septiembre 2026

NO. PÁGINA:
033

PROYECTO:

**CONSTRUCCIÓN CAMPO DE BÉISBOL
HERMANOS OLIVO
MUNICIPIO MONTE CRISTI,
PROVINCIA MONTE CRISTI**

EQUIPO DE TRABAJO:

DISEÑO ARQUITECTÓNICO
ARQ.

codia 00000

ENC. INGENIERÍA

ING. FIOR DALIZA BONIFACIO

codia 00000

ESTRUCTURAL

ING. Leopoldo Berroa

codia 00000

ELÉCTRICO

ING. Juan Pérez

codia 00000

HIDRO-SANITARIO

ING. Francis Estévez

codia 00000

SELLO DE APROBACIÓN:

FECHA:

CONTENIDO:

PLANTA ARQUITECTÓNICA
CAFETERÍA


ESCALA:

1:25

Septiembre 2026


NO. PÁGINA:

034

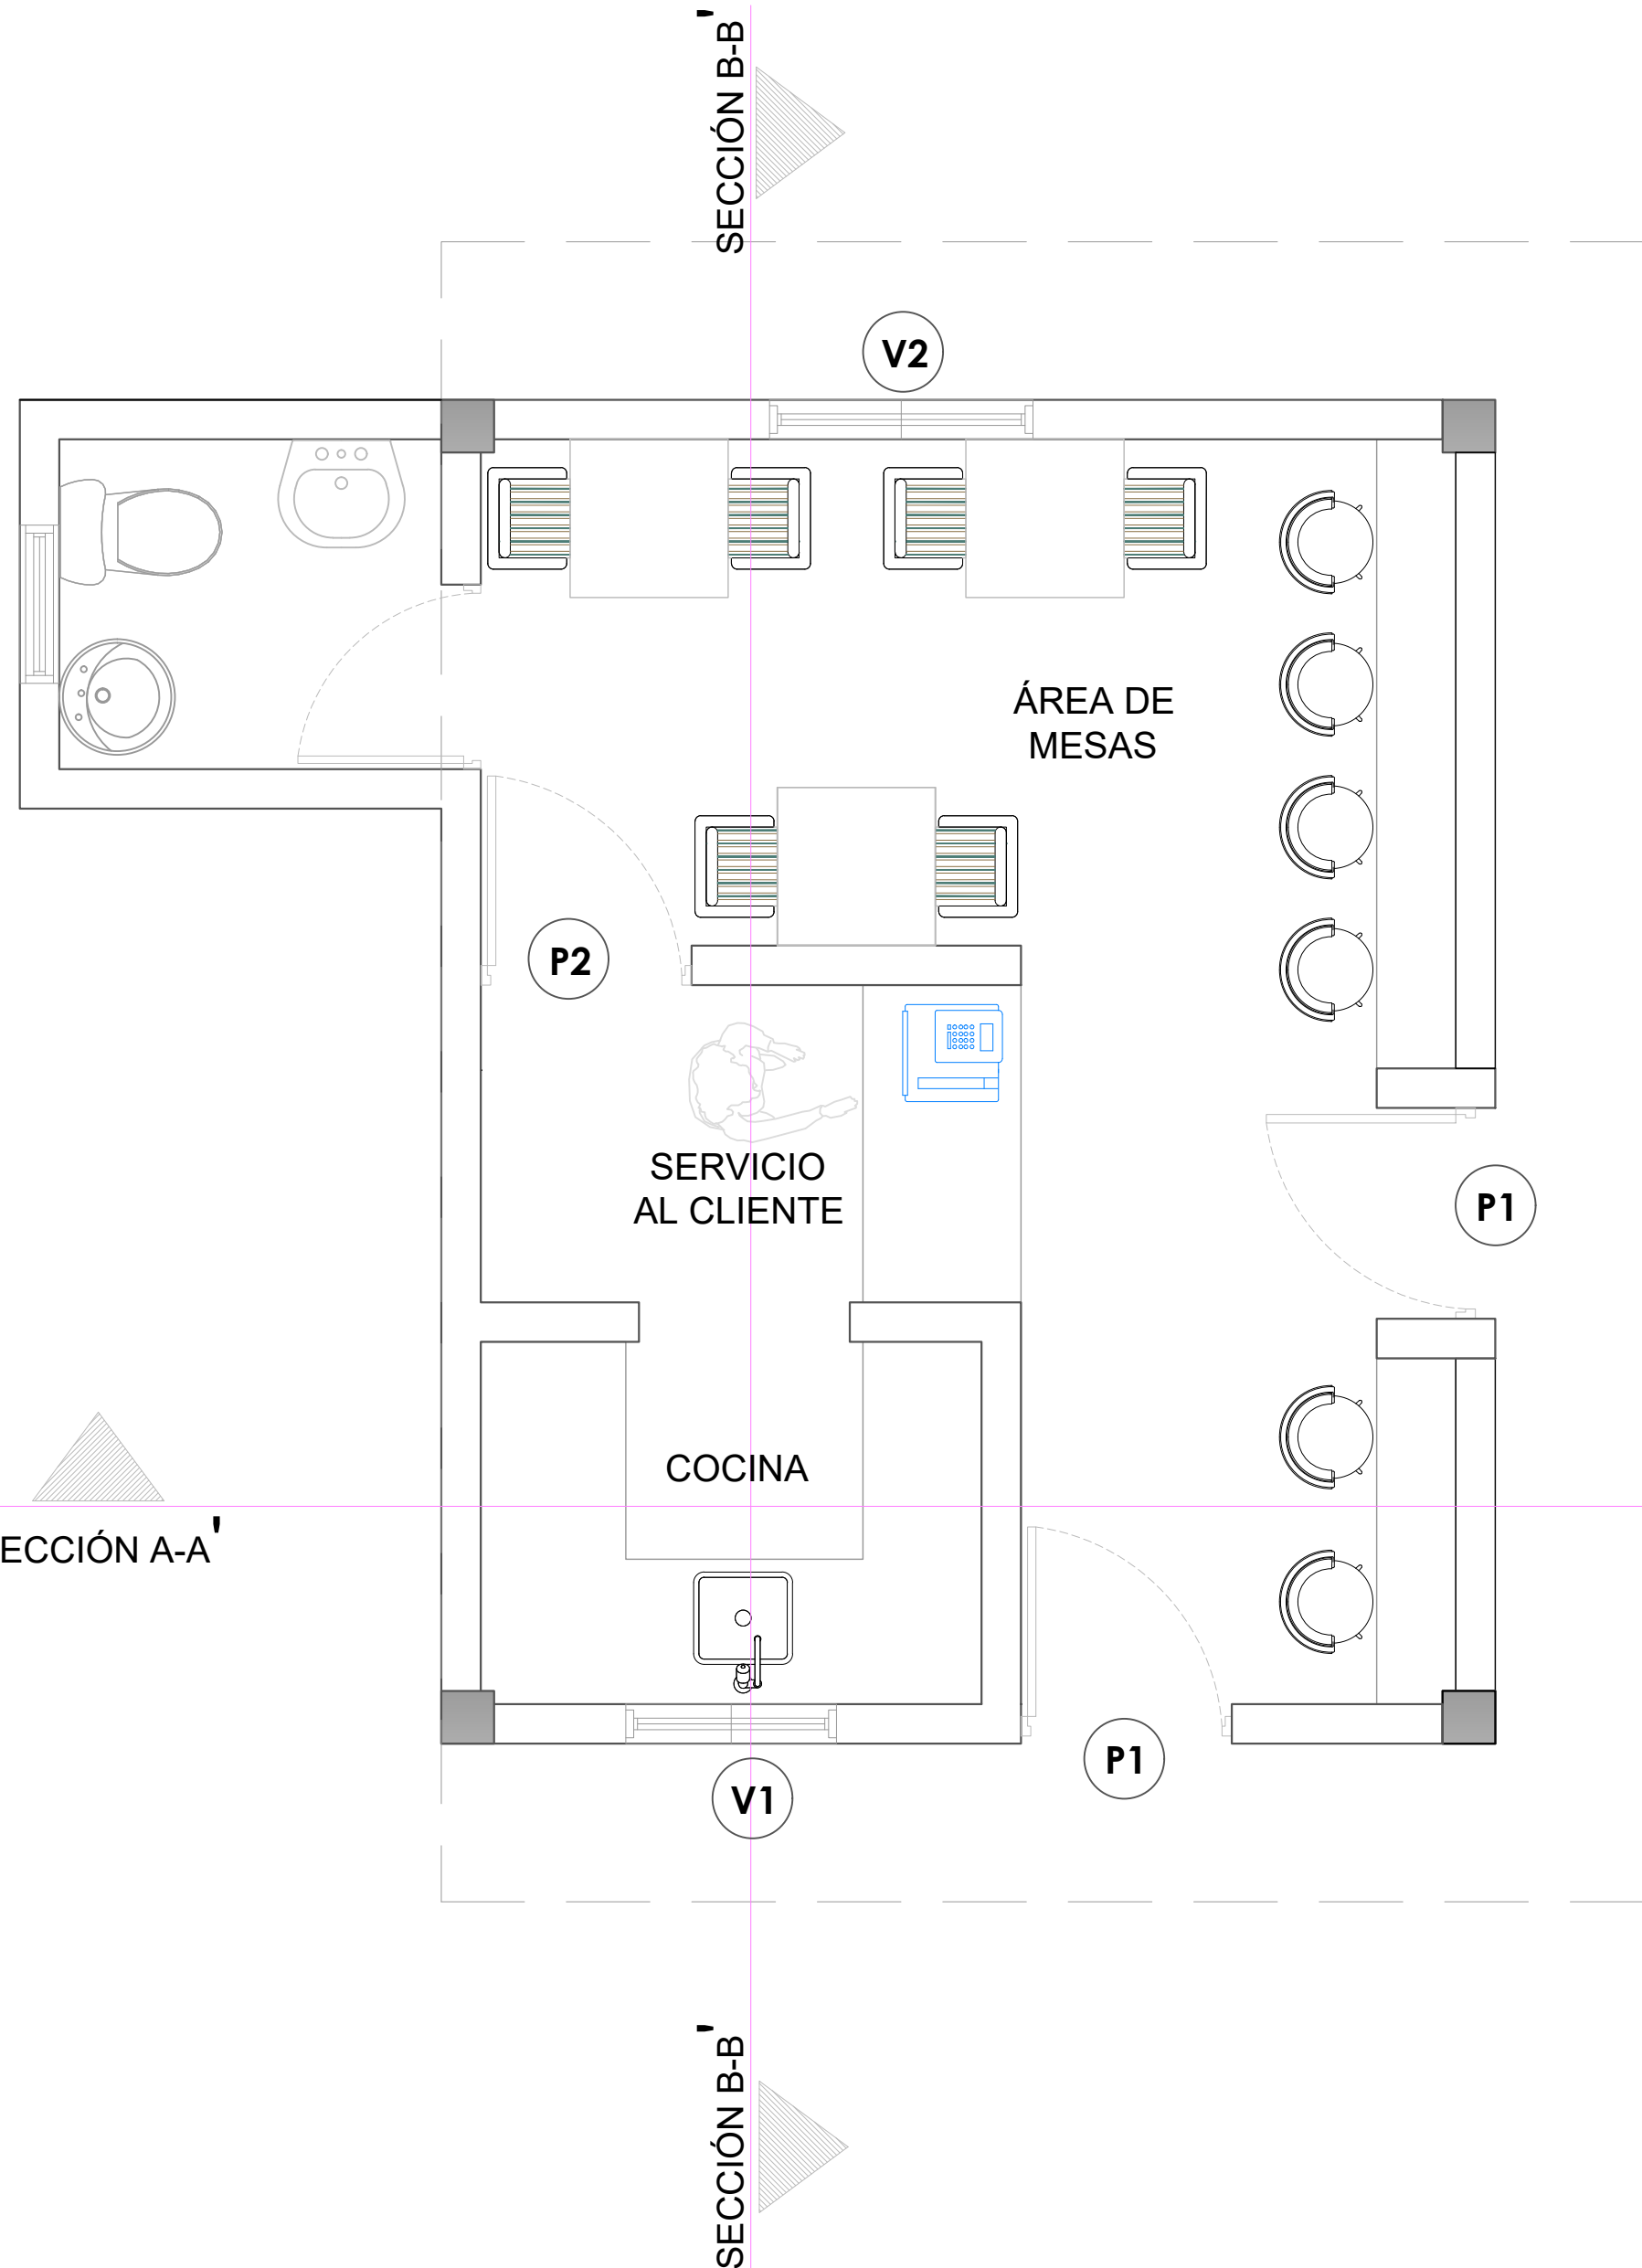

LEYENDA DE PUERTAS Y VENTANAS

SIMBOLO	DESCRIPCION	CANTIDAD
V1	VENTANA DE CELOSIA METALICA Dim= 0.80m X 1.10m	1
V2	VENTANA DE CELOSIA METALICA Dim= 1.00m X 1.10m	1
P1	PUERTA COMERCIAL VIDRIO Y ALUMINIO Dim= 0.80 m X 2.10 m	2
P2	PUERTA POLIMETALICA Dim= 0.80 m X 2.10 m	1

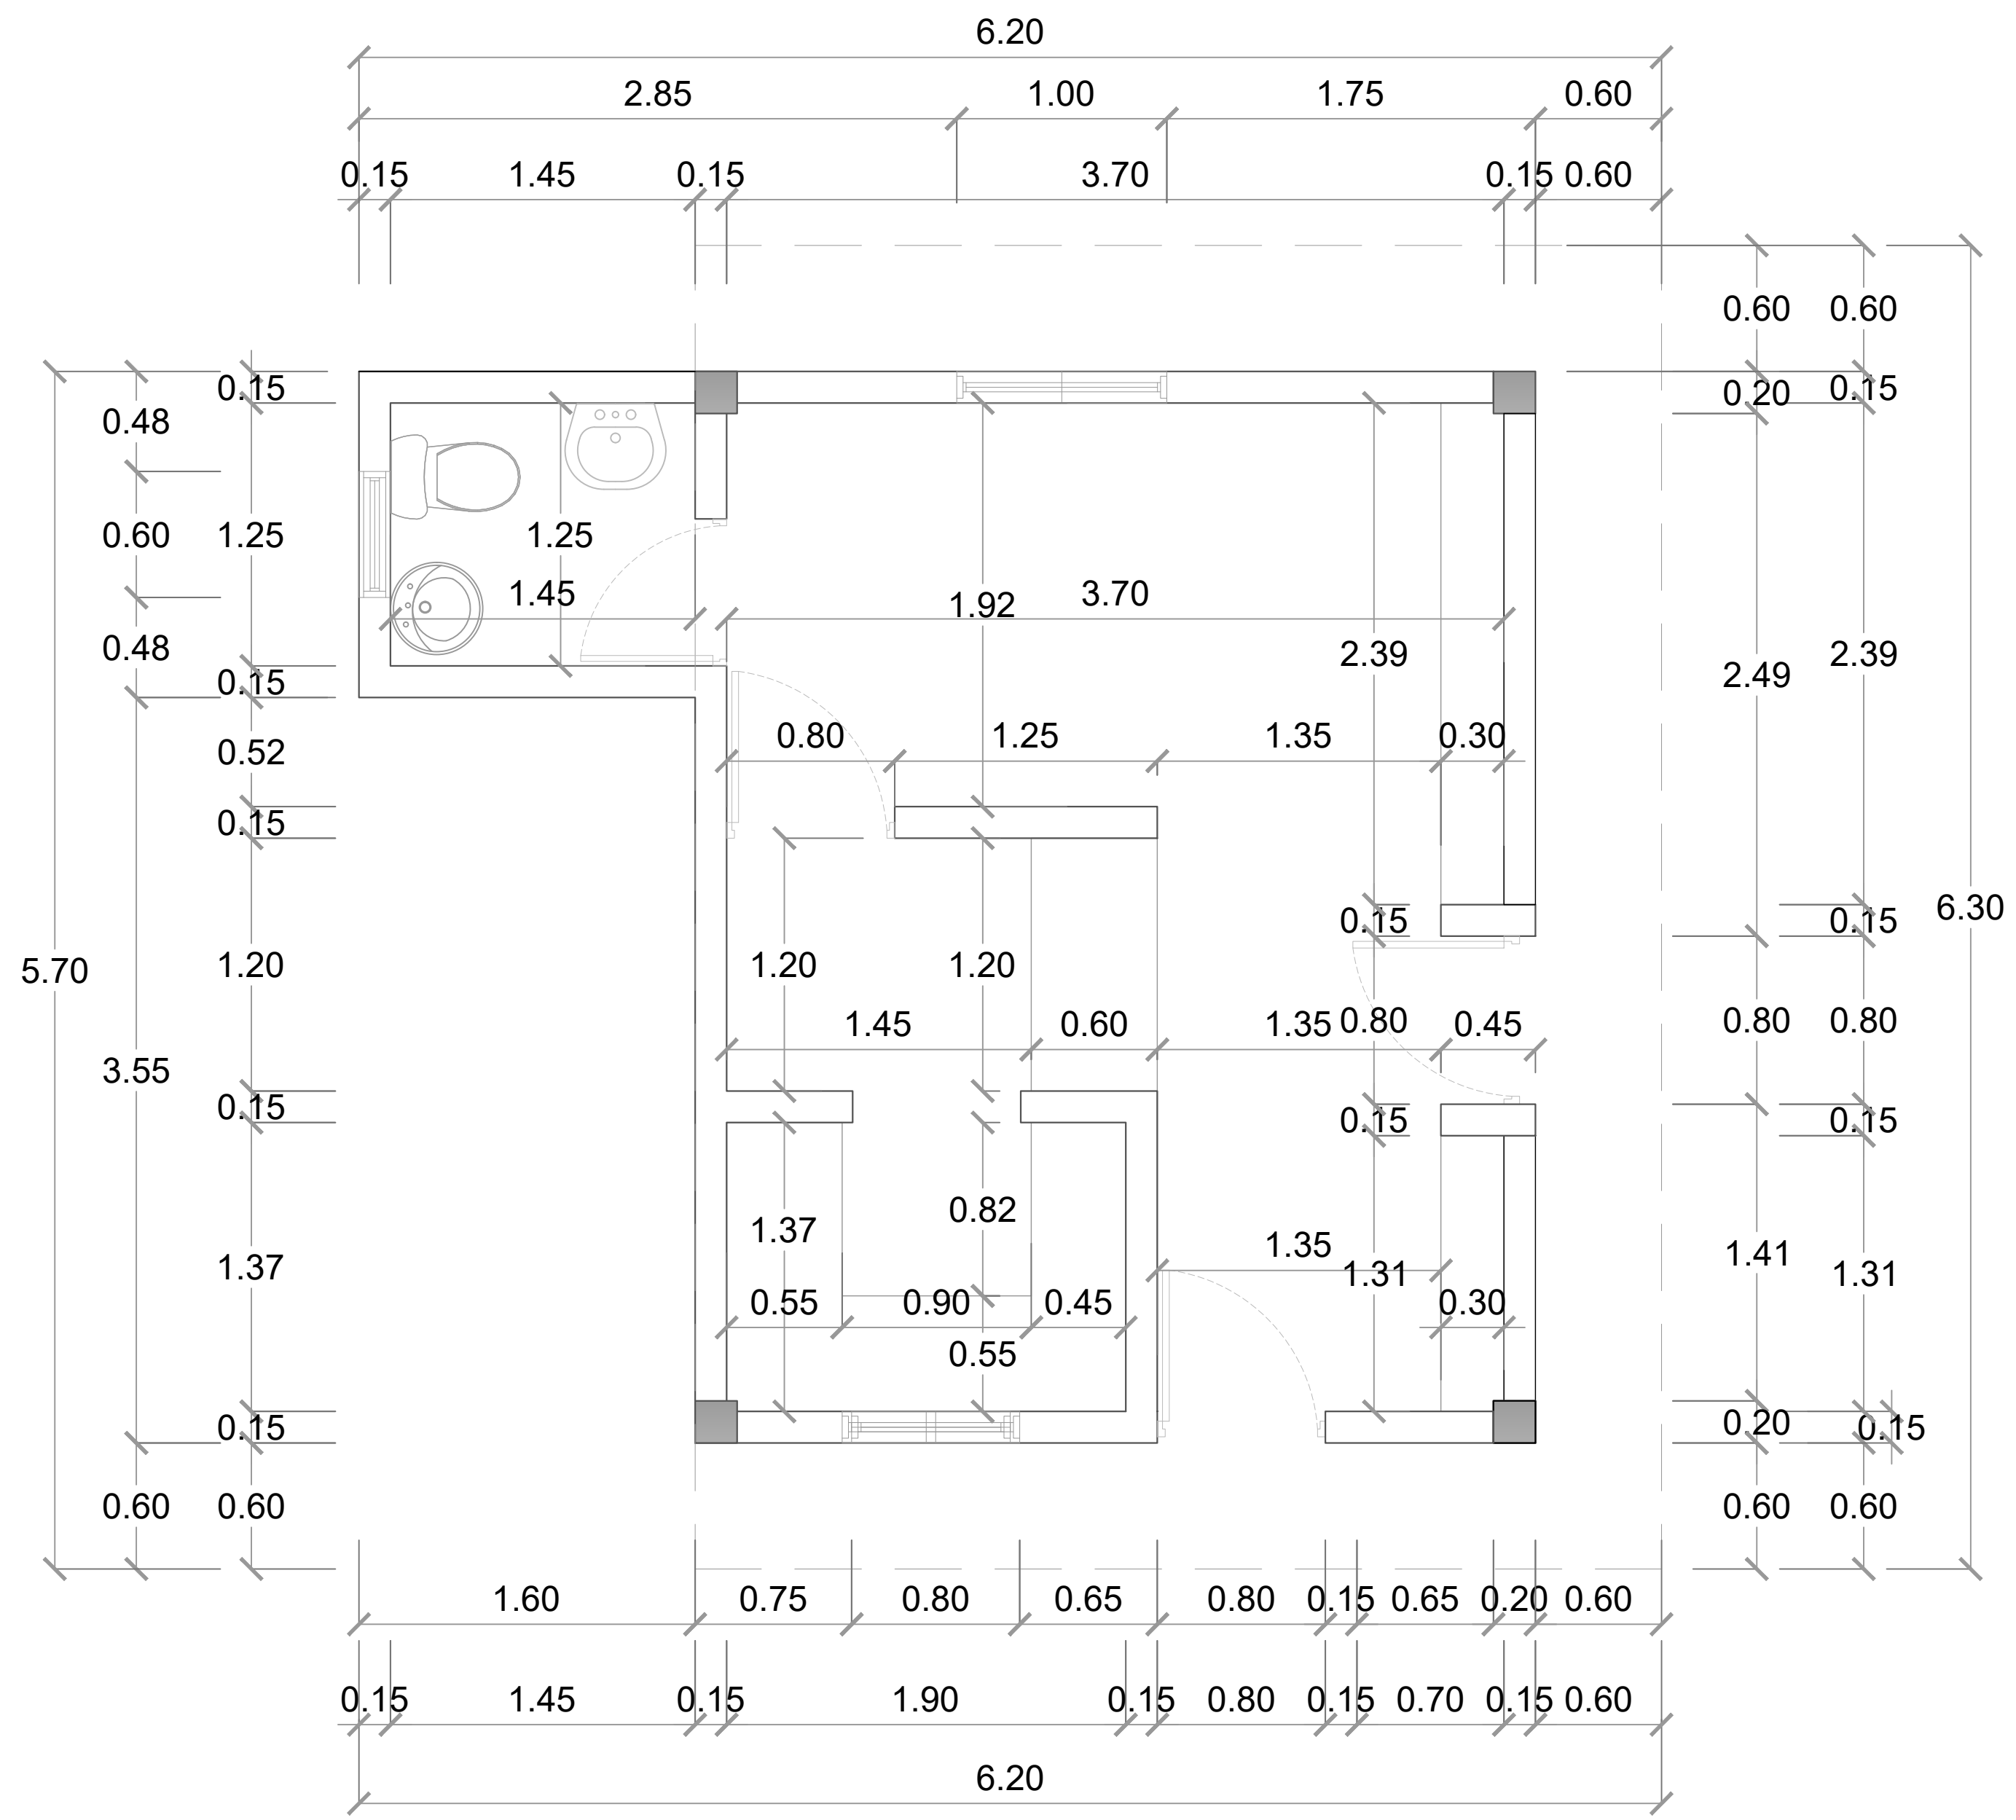

PROYECTO:
**CONSTRUCCIÓN CAMPO DE BÉISBOL
HERMANOS OLIVO
MUNICIPIO MONTE CRISTI,
PROVINCIA MONTE CRISTI**

- EQUIPO DE TRABAJO:
- DISEÑO ARQUITECTÓNICO**
ARQ. _____
codia 00000
- ENC. INGENIERÍA**
ING. FIOR DALIZA BONIFACIO
codia 00000
- ESTRUCTURAL**
ING. Leopoldo Berroa
codia 00000
- ELÉCTRICO**
ING. Juan Pérez
codia 00000
- HIDRO-SANITARIO**
ING. Francis Estévez
codia 00000

SELLO DE APROBACIÓN:


FECHA: _____

CONTENIDO:
PLANTA DIMENSIONADA


ESCALA:
1:25

Septiembre 2026

NO. PÁGINA:
035

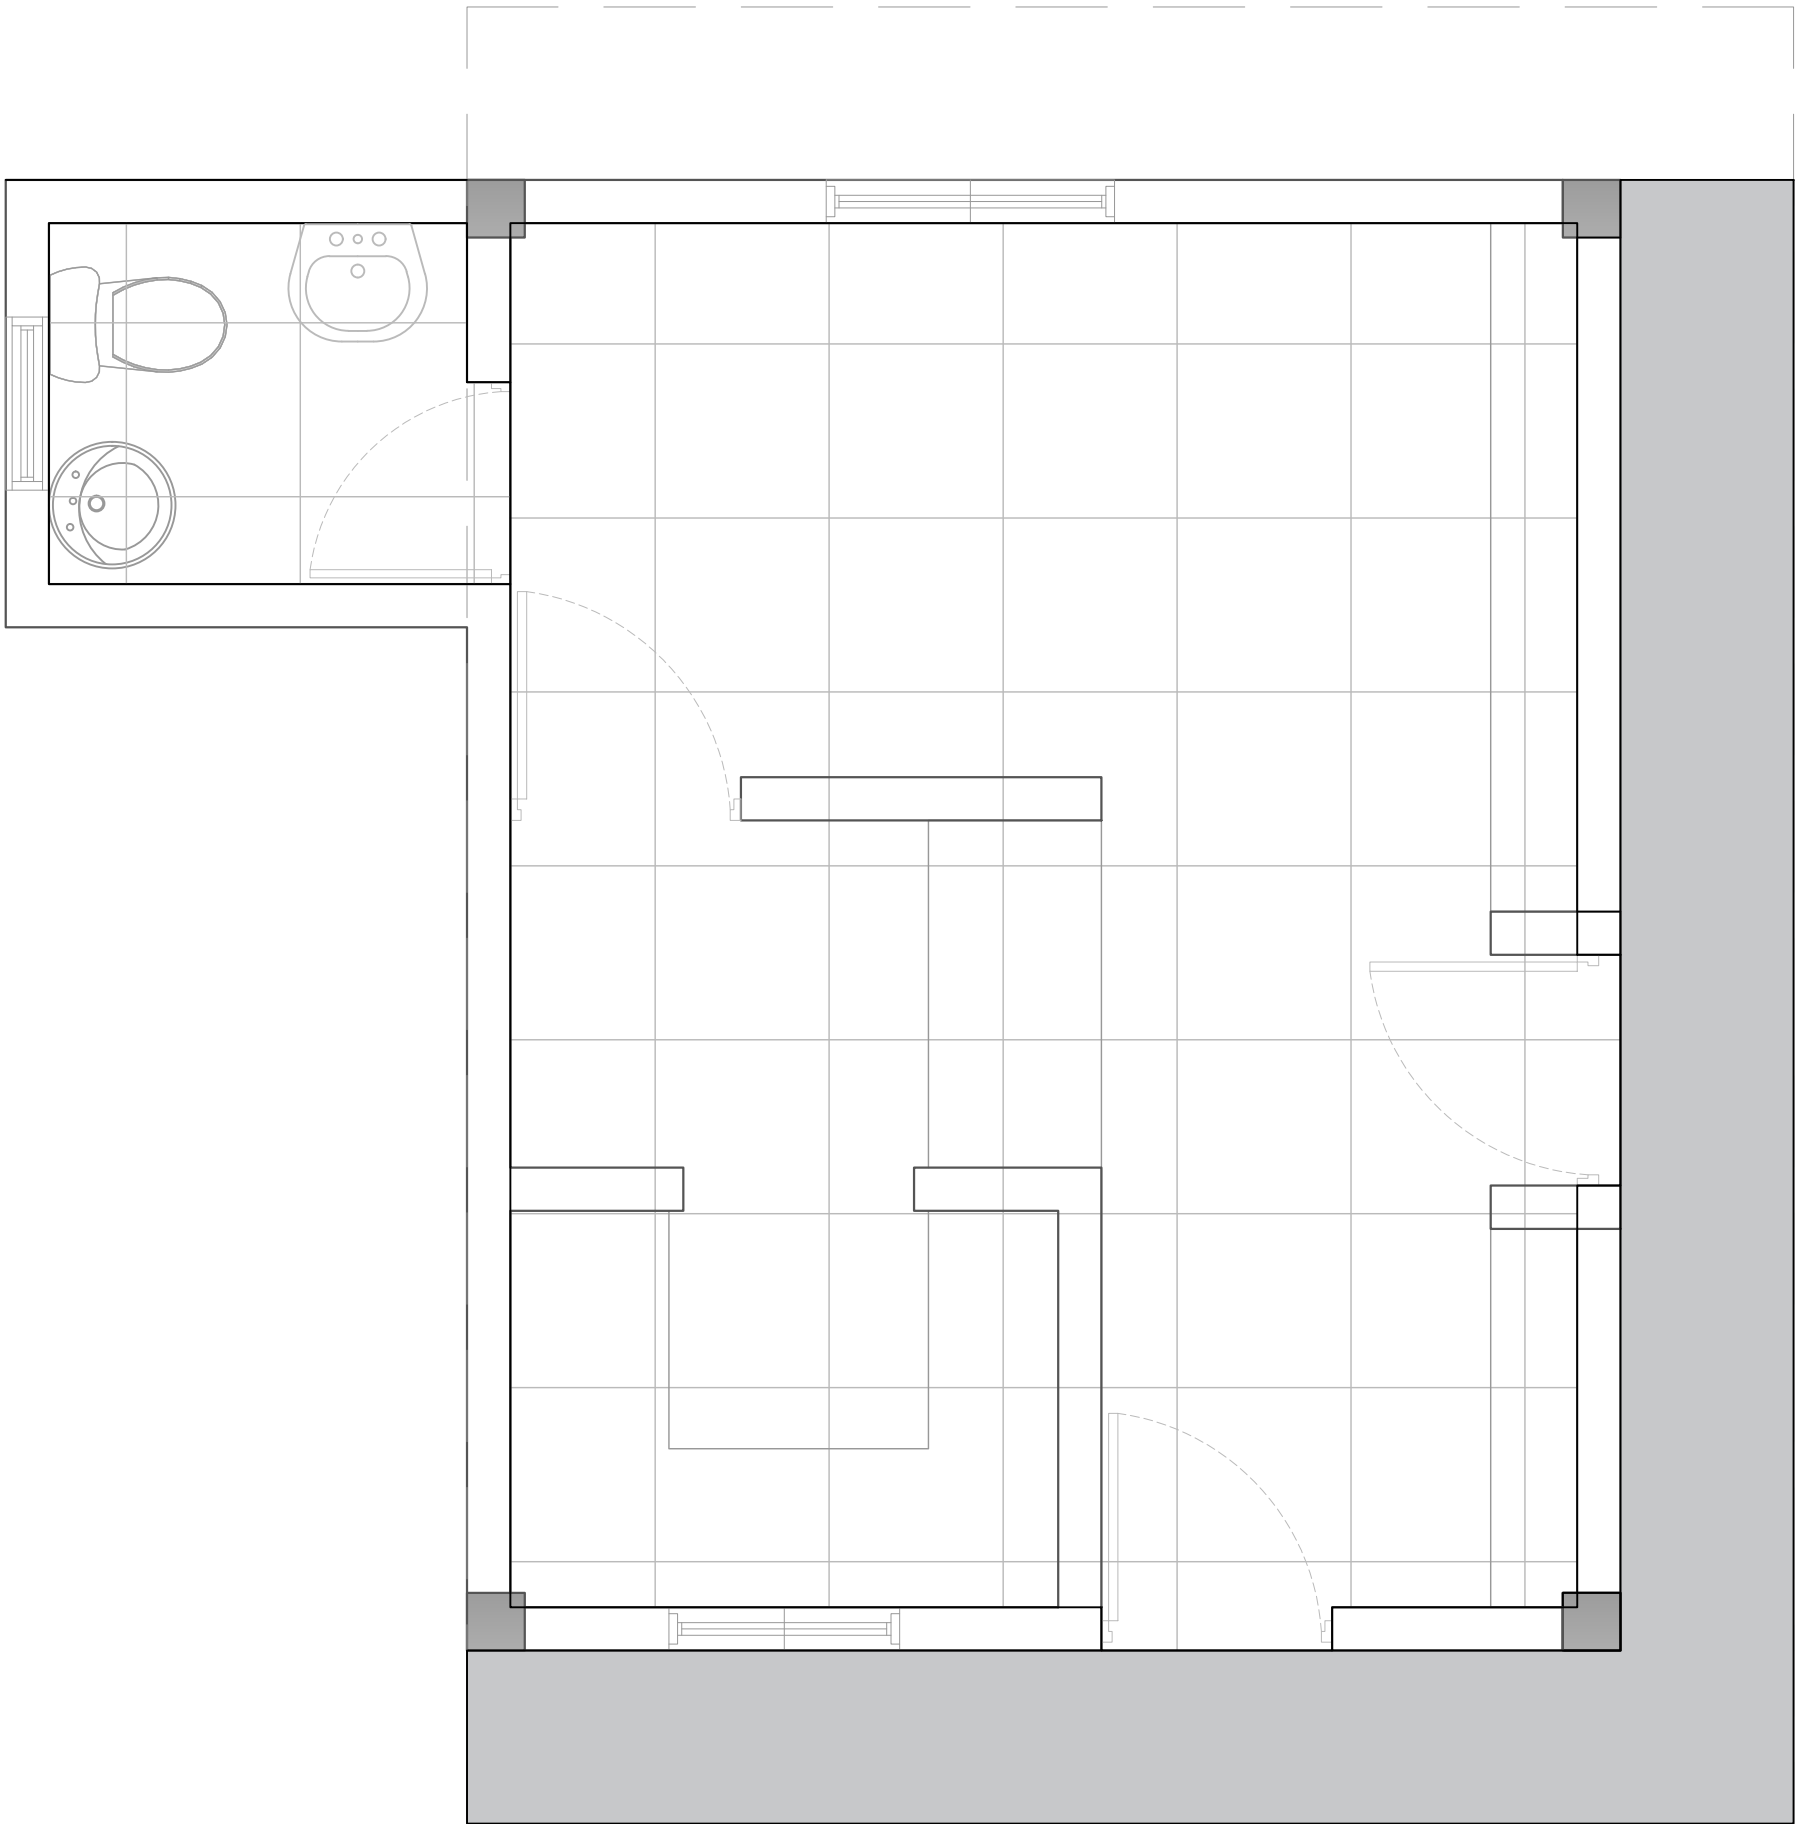

LEYENDA DE PISO		
SIMBOLO	DESCRIPCIÓN	CANTIDAD
	HORMIGÓN	5.82 m2
	PORCELANATO CREMA 0.60 M X 0.60M	20.00 m2

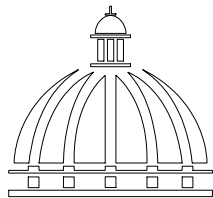

GOBIERNO DE LA
REPÚBLICA DOMINICANA

DIRECCION DE DESARROLLO
PROVINCIAL
DDP

Ave. Dr. Delgado, Esq. Moises García,
Gazcue, Sto. Dgo., R.D.
TEL.: (809)-364-2189 | FAX.: (809)- 688-1665
E-Mail: info@cpadp.gob.do

PROYECTO:
**CONSTRUCCIÓN CAMPO DE BÉISBOL
HERMANOS OLIVO
MUNICIPIO MONTE CRISTI,
PROVINCIA MONTE CRISTI**

EQUIPO DE TRABAJO:

DISEÑO ARQUITECTÓNICO
ARQ. _____
codia 00000

ENC. INGENIERÍA
ING. FIOR DALIZA BONIFACIO
codia 00000

ESTRUCTURAL
ING. Leopoldo Berroa
codia 00000

ELÉCTRICO
ING. Juan Pérez
codia 00000

HIDRO-SANITARIO
ING. Francis Estévez
codia 00000

SELLO DE APROBACIÓN:

FECHA: _____

CONTENIDO:

PLANTA ARQUITECTÓNICA
DE PISO- CAFETERIA

ESCALA:

1:25

Septiembre 2026

NO. PÁGINA:

036



**DIRECCION DE DESARROLLO
PROVINCIAL
DDP**

Ave. Dr. Delgado, Esq. Moises García,
Gazcue, Sto. Dgo., R.D.
TEL.: (809)-364-2189 | FAX.: (809)- 688-1665
E-Mail: info@cpadp.gob.do

PROYECTO:

**CONSTRUCCIÓN CAMPO DE BÉISBOL
HERMANOS OLIVO
MUNICIPIO MONTE CRISTI,
PROVINCIA MONTE CRISTI**

EQUIPO DE TRABAJO:

DISEÑO ARQUITECTÓNICO
ARQ.

codia 00000

ENC. INGENIERÍA

ING. FIOR DALIZA BONIFACIO
codia 00000

ESTRUCTURAL

ING. Leopoldo Berroa
codia 00000

ELÉCTRICO

ING. Juan Pérez
codia 00000

HIDRO-SANITARIO

ING. Francis Estévez
codia 00000

SELO DE APROBACIÓN:

FECHA:

CONTENIDO:

ELEVACIONES - CAFETERIA


ESCALA:

1:25

Septiembre 2026


NO. PÁGINA:

037

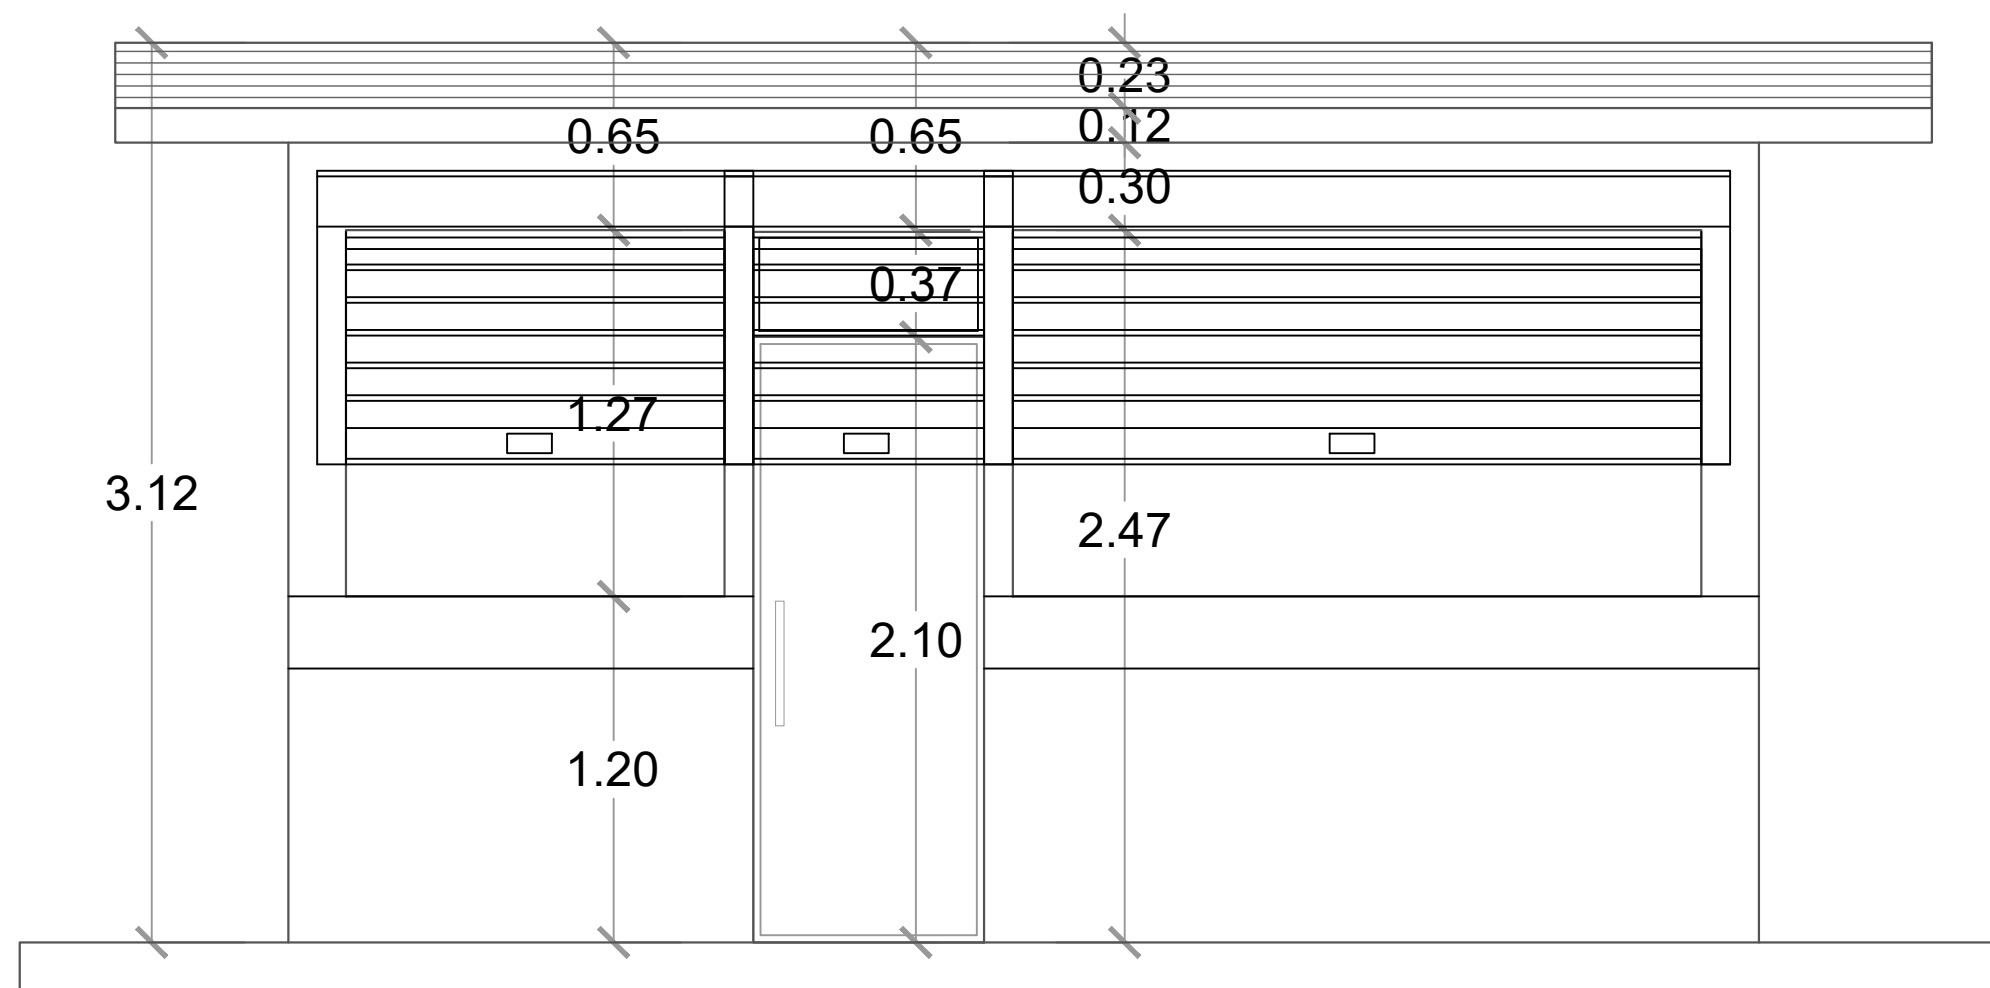


ELEVACIÓN FRONTAL - CAFETERÍA

ESC. 1:20

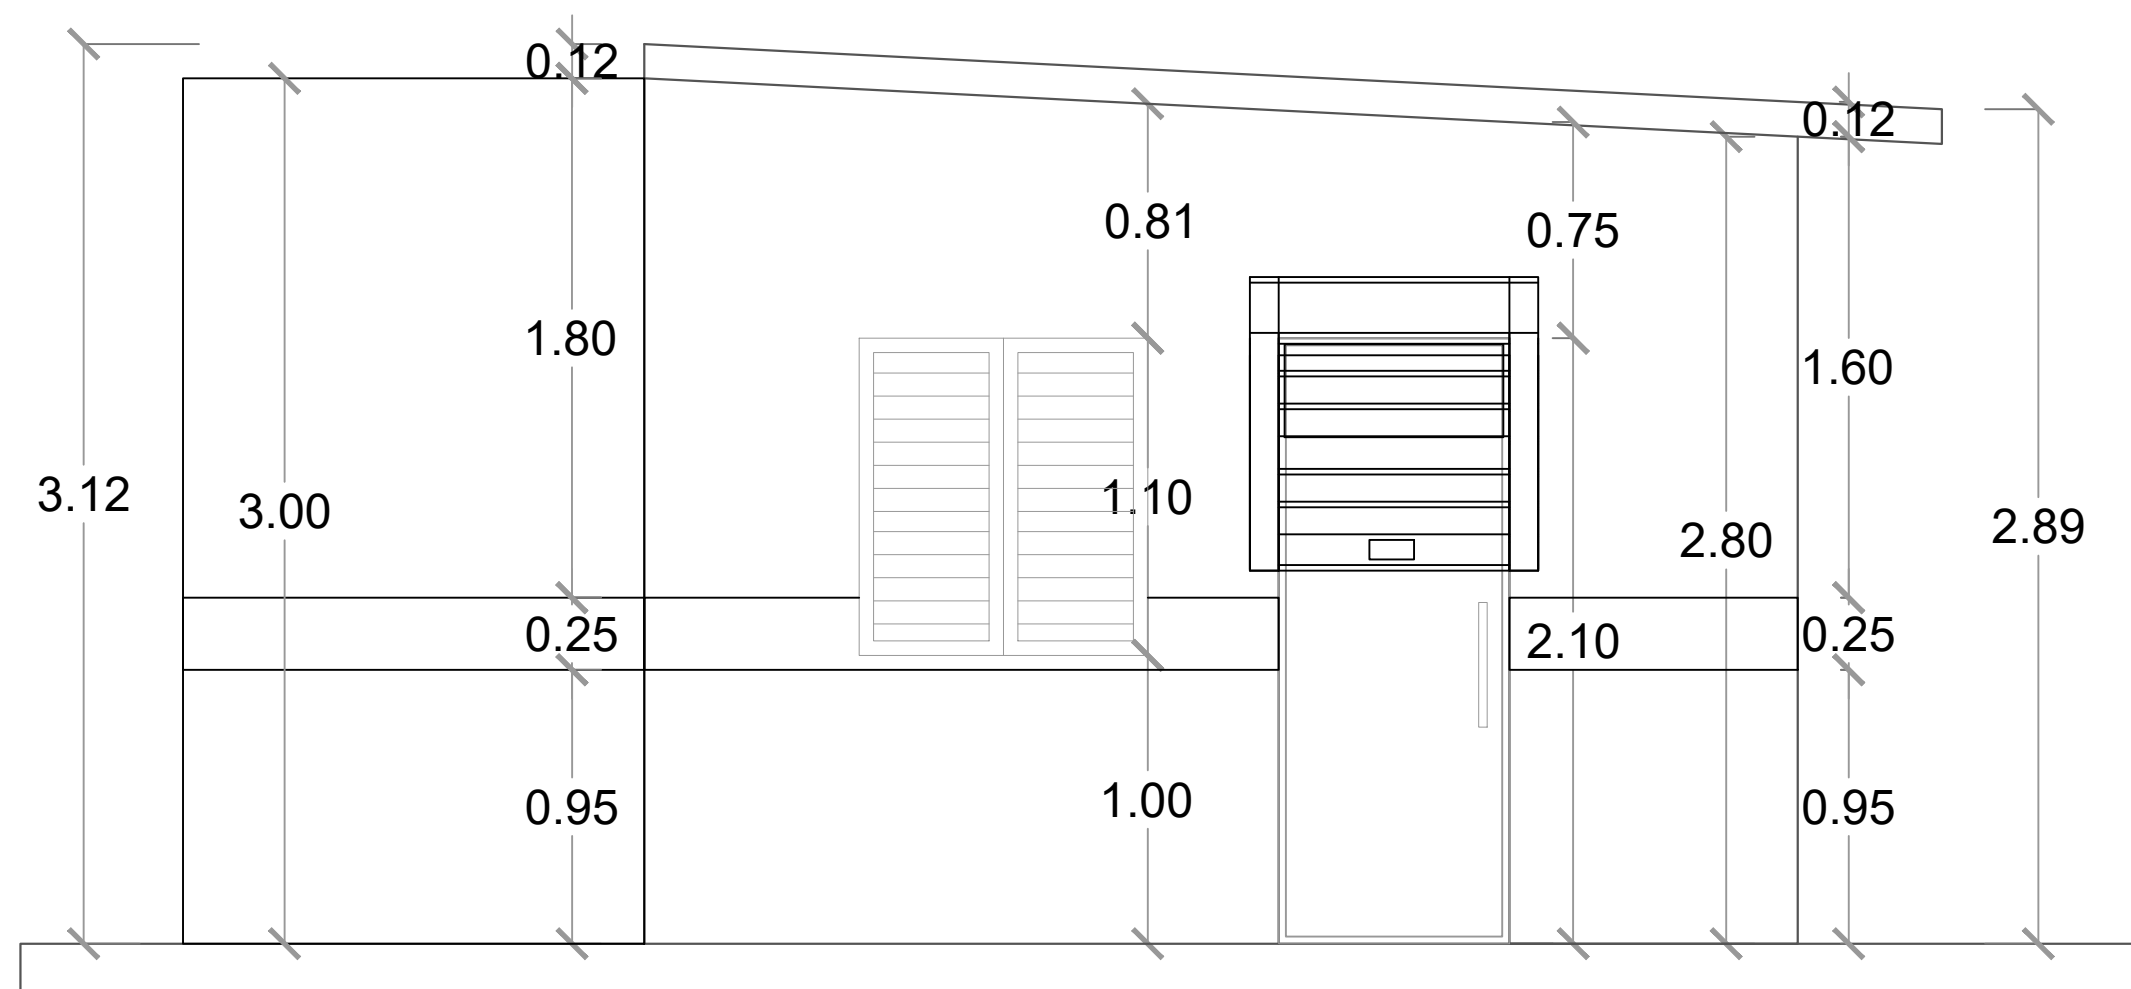


ELEVACIÓN LATERAL DERECHA - CAFETERÍA

ESC, 1:20

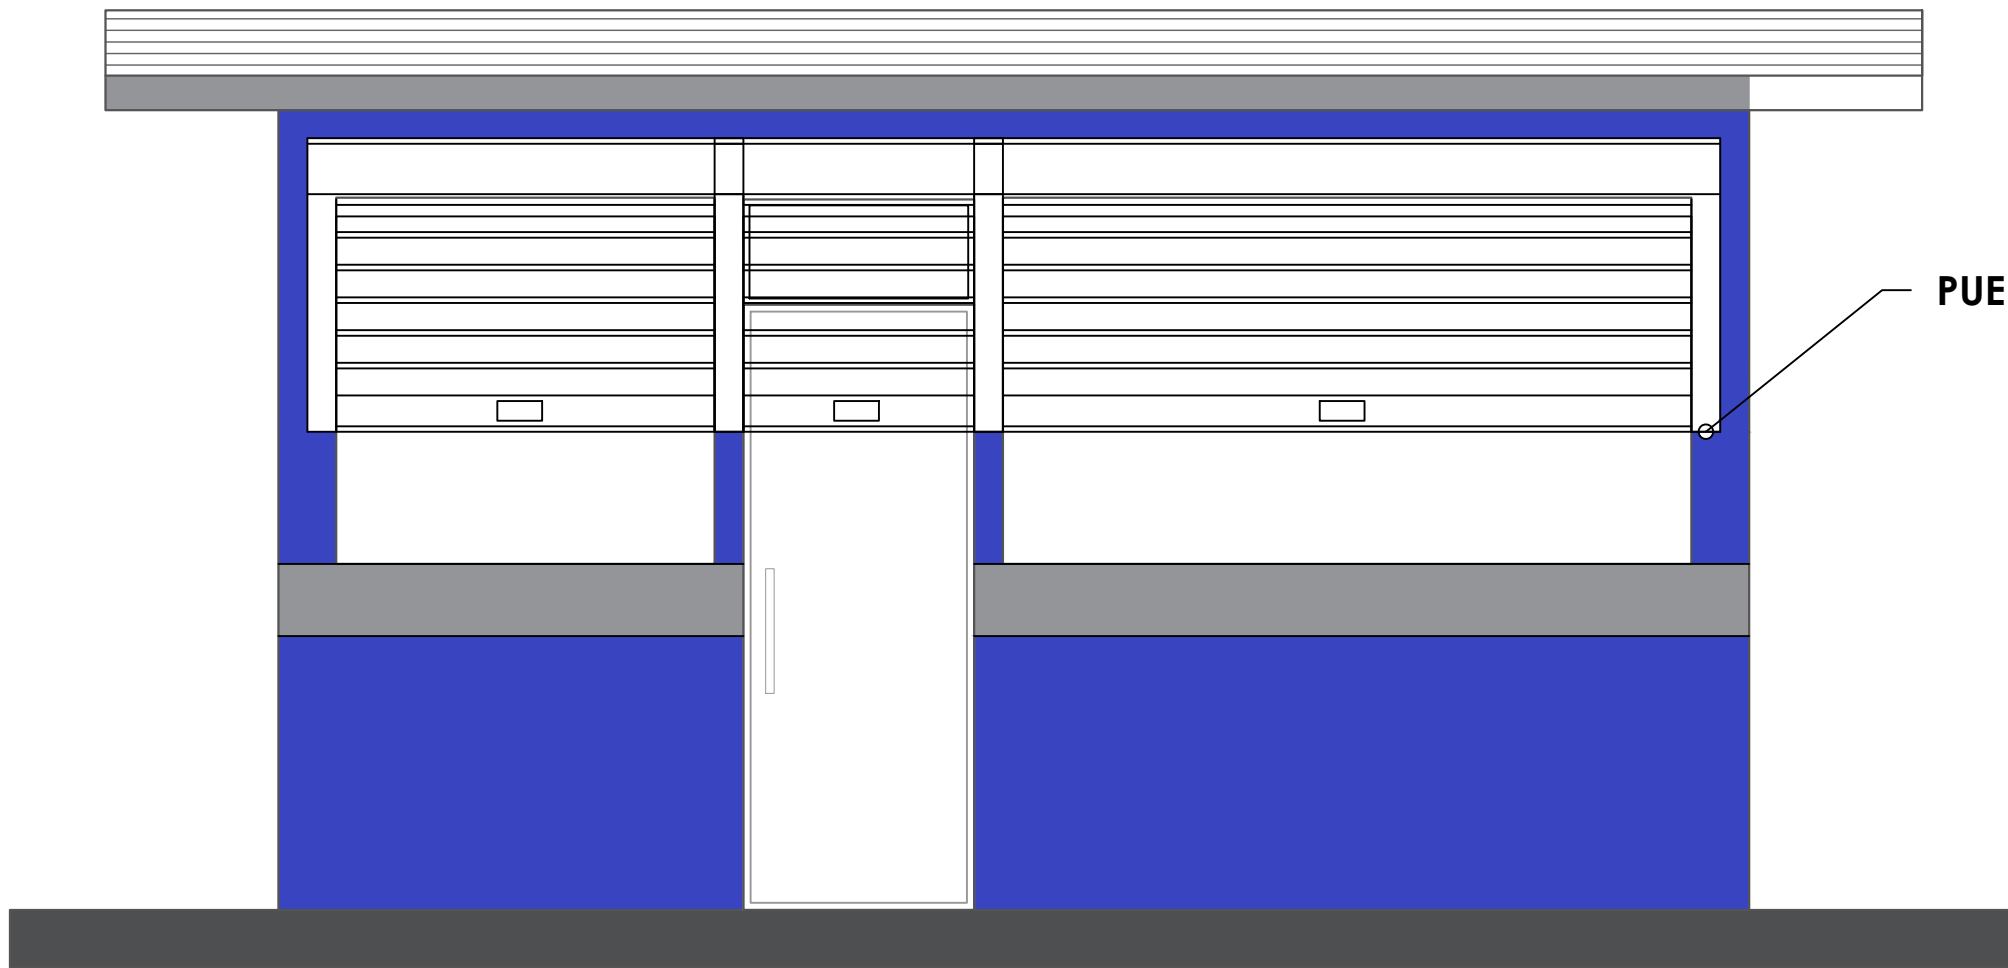


 ELEVACIÓN FRONTAL - CAFETERÍA
ESC. 1:20

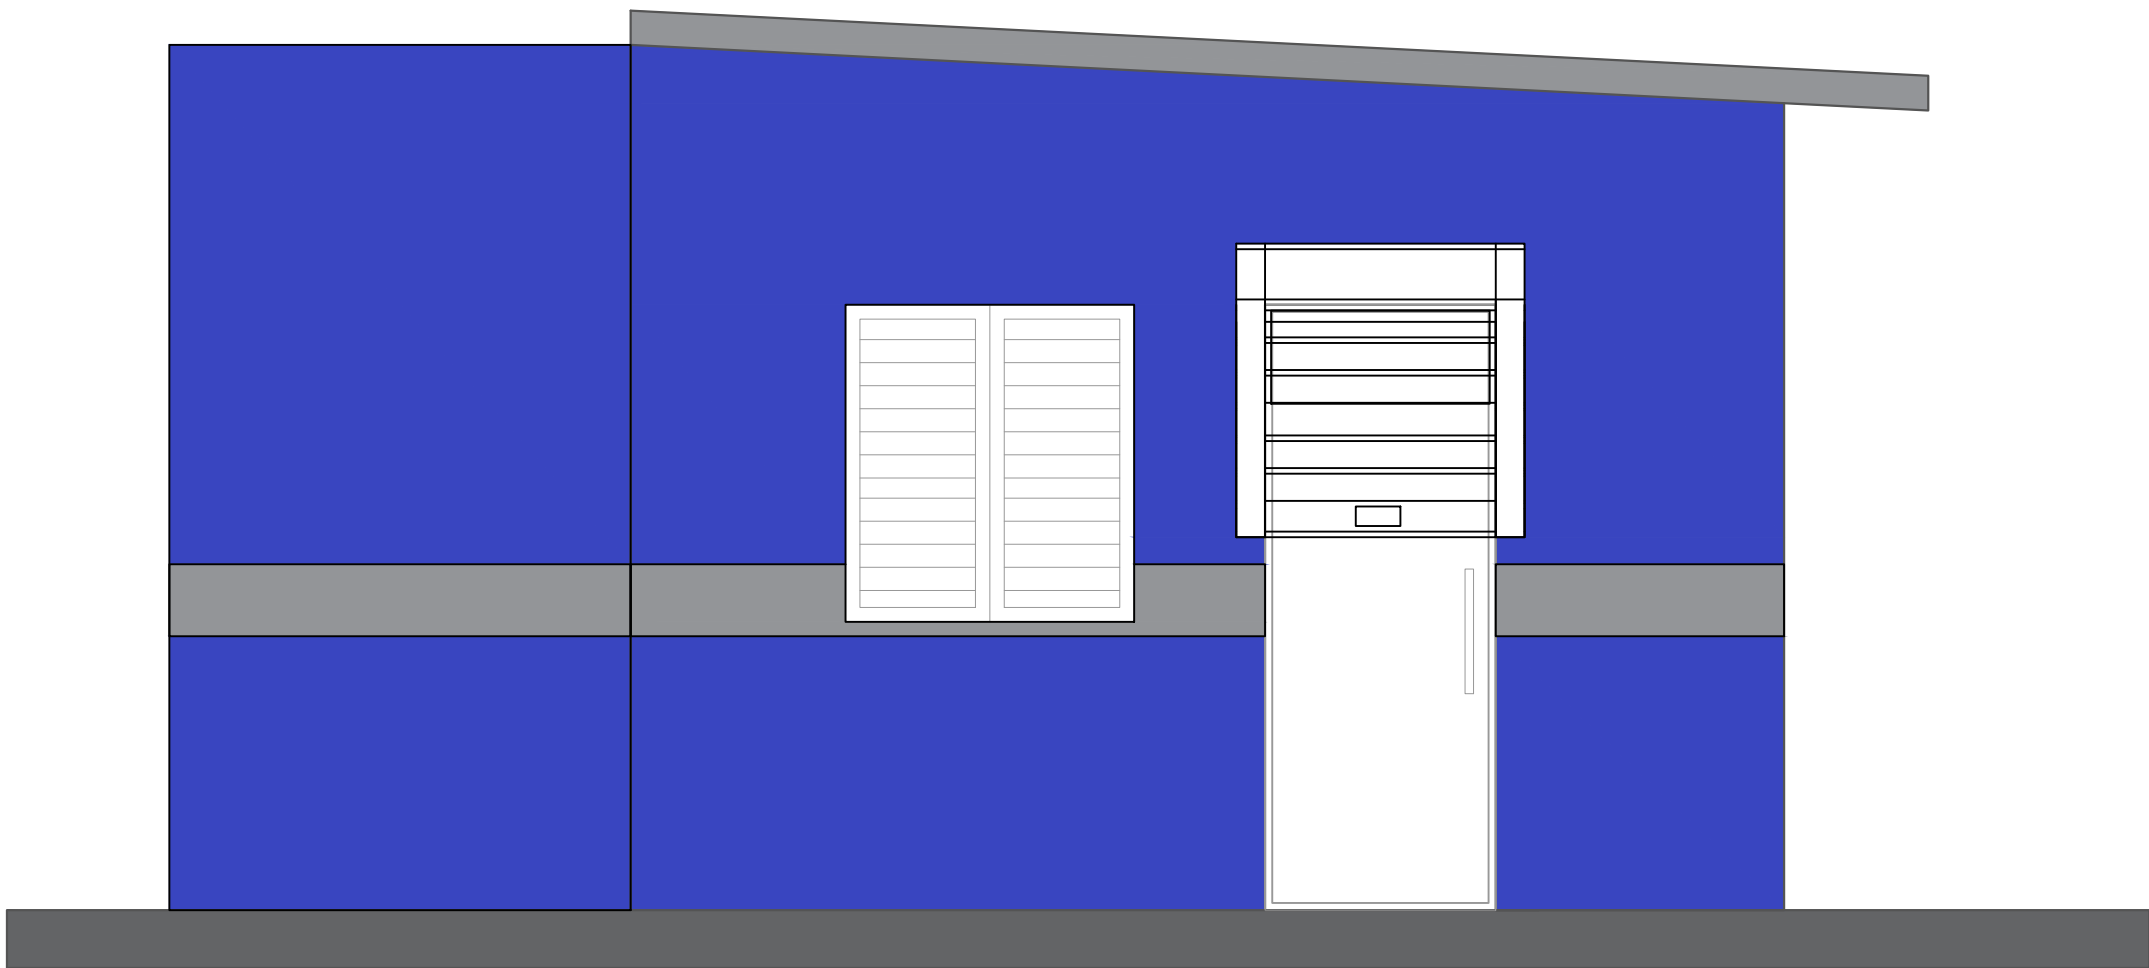

 ELEVACIÓN LATERAL DERECHA - CAFETERÍA
ESC. 1:20

- Nota: Estos colores son una simulación
- Paredes exteriores, azul positivo 93 Pinturas Tropical
 - Techo y interior, Blanco 00 Pinturas Popular
 - Detalles, Gris 59 Pinturas Popular

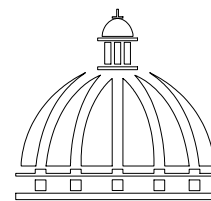

**GOBIERNO DE LA
REPÚBLICA DOMINICANA**

**DIRECCION DE DESARROLLO
PROVINCIAL
DDP**

Ave. Dr. Delgado, Esq. Moises García,
Gazcue, Sto. Dgo., R.D.
TEL.: (809)-364-2189 | FAX.: (809)- 688-1665
E-Mail: info@cpadp.gob.do

PROYECTO:

**CONSTRUCCIÓN CAMPO DE BÉISBOL
HERMANOS OLIVO
MUNICIPIO MONTE CRISTI,
PROVINCIA MONTE CRISTI**

EQUIPO DE TRABAJO:

DISEÑO ARQUITECTÓNICO
ARQ.

codia 00000

ENC. INGENIERÍA
ING. FIOR DALIZA BONIFACIO
codia 00000

ESTRUCTURAL
ING. Leopoldo Berroa
codia 00000

ELÉCTRICO
ING. Juan Pérez
codia 00000

HIDRO-SANITARIO
ING. Francis Estévez
codia 00000

SELLO DE APROBACIÓN:

FECHA: _____

CONTENIDO:

**ELEVACIONES CON TECNICA
CAFETERIA**

ESCALA:

1:25

Septiembre 2026

NO. PÁGINA:

038

PROYECTO:

**CONSTRUCCIÓN CAMPO DE BÉISBOL
HERMANOS OLIVO
MUNICIPIO MONTE CRISTI,
PROVINCIA MONTE CRISTI**

EQUIPO DE TRABAJO:

DISEÑO ARQUITECTÓNICO
ARQ.

codia 00000

ENC. INGENIERÍA
ING. FIOR DALIZA BONIFACIO
codia 00000

ESTRUCTURAL
ING. Leopoldo Berroa
codia 00000

ELÉCTRICO
ING. Juan Pérez
codia 00000

HIDRO-SANITARIO
ING. Francis Estévez
codia 00000

SELLO DE APROBACIÓN:

FECHA: _____

CONTENIDO:

SECCIONES CAFETERIA



ESCALA:

1:25

Septiembre 2026



NO. PÁGINA:

039

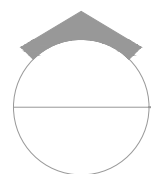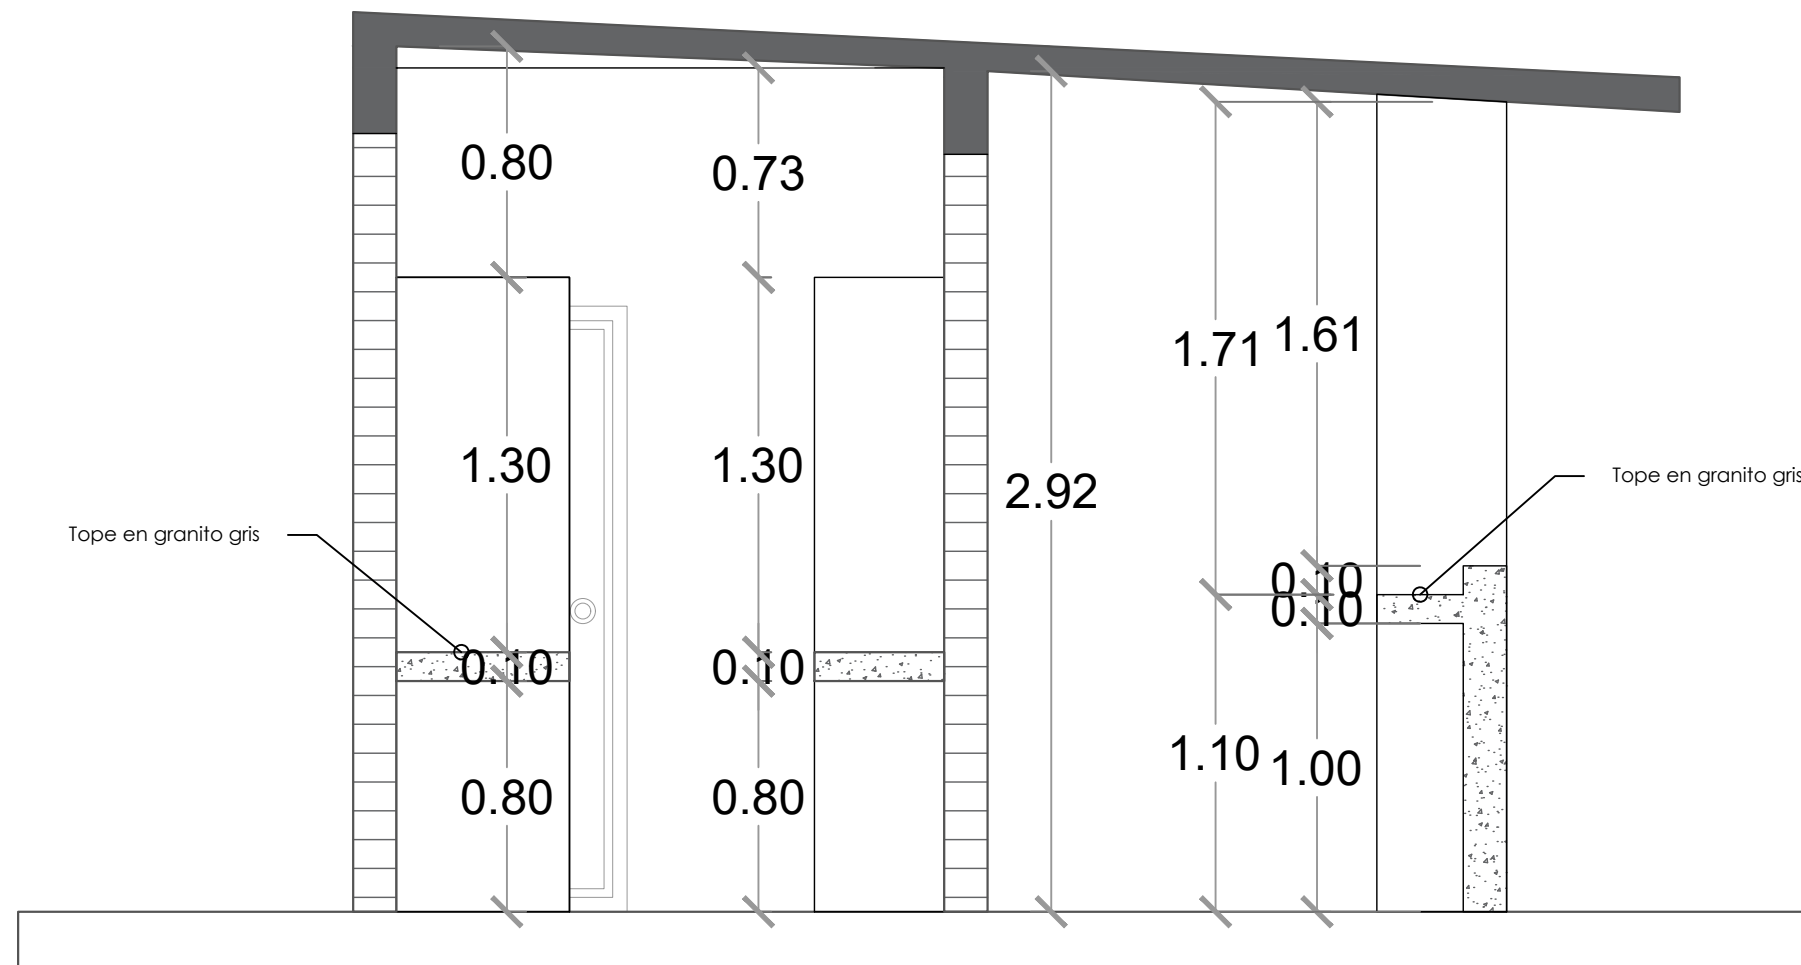

SECCIÓN A-A

ESC. 1:20

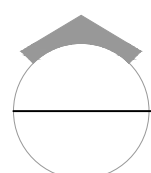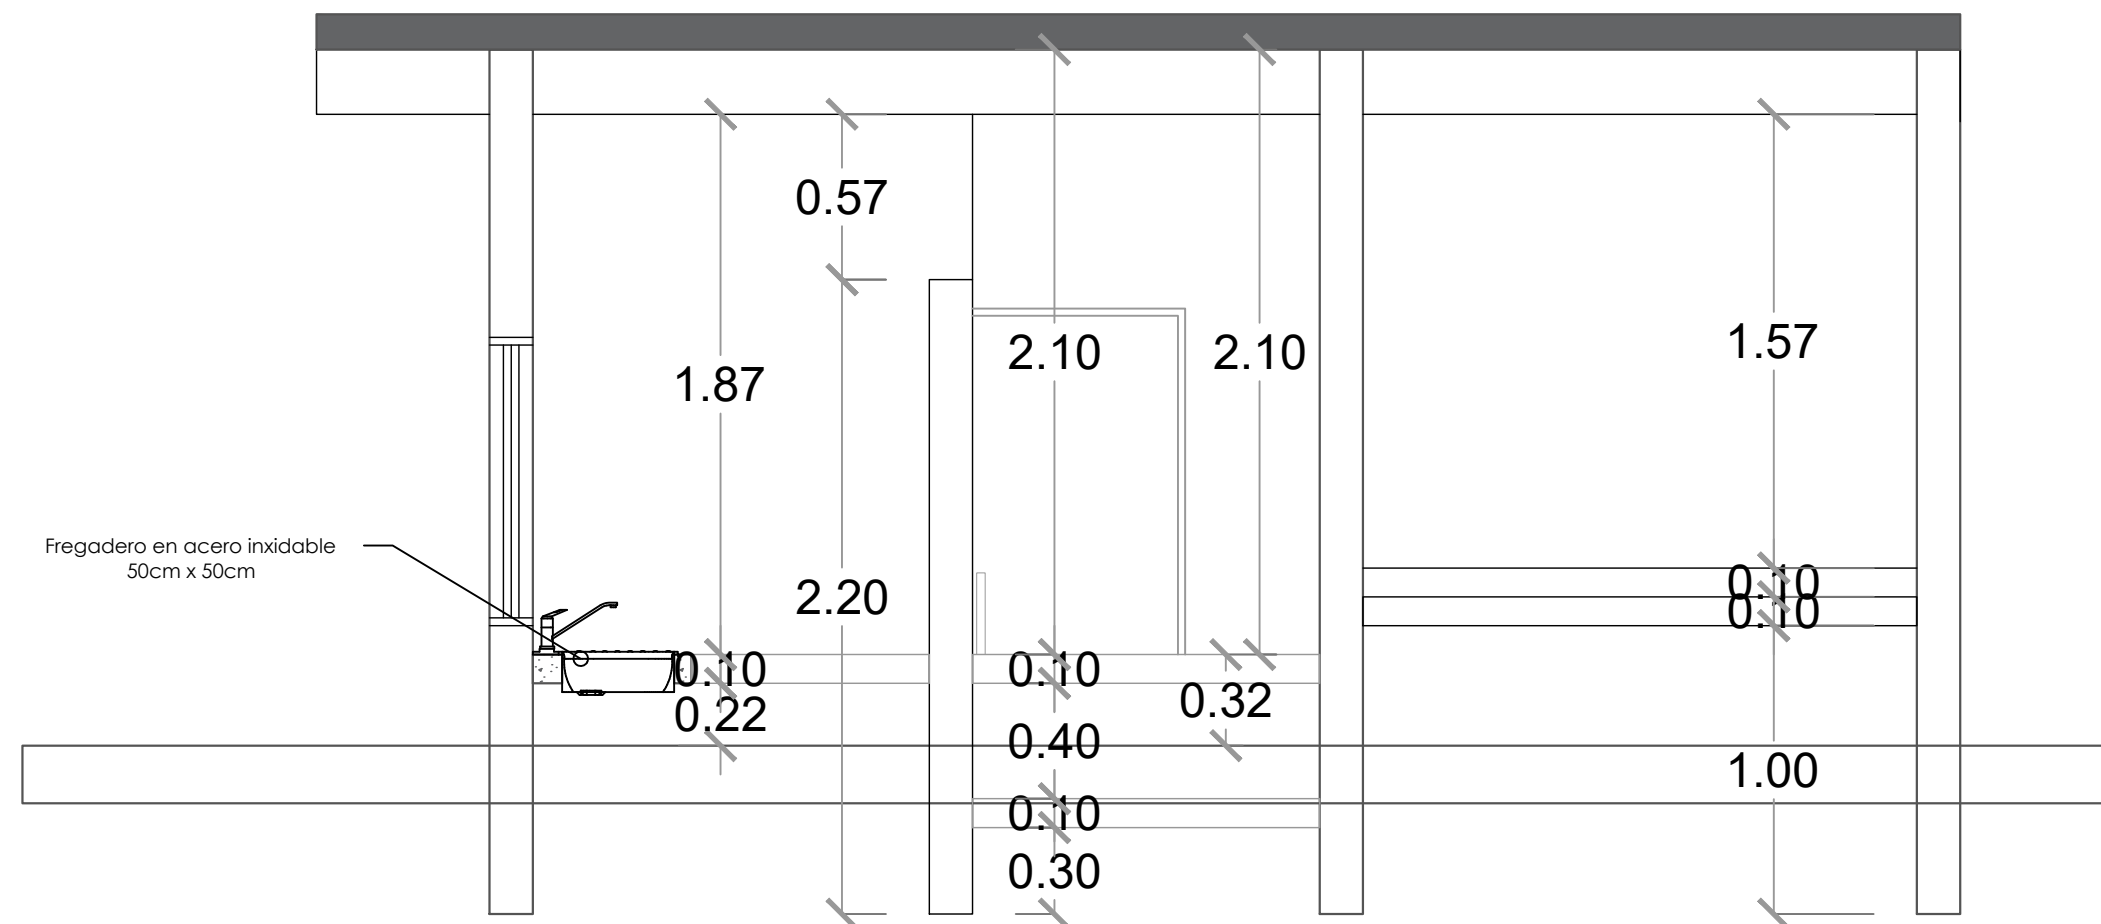

SECCIÓN B-B

ESC. 1:20

PROYECTO:
**CONSTRUCCIÓN CAMPO DE BÉISBOL
HERMANOS OLIVO
MUNICIPIO MONTE CRISTI,
PROVINCIA MONTE CRISTI**

EQUIPO DE TRABAJO:
DISEÑO ARQUITECTÓNICO
ARQ. _____
codia 00000

ENC. INGENIERÍA
ING. FIOR DALIZA BONIFACIO
codia 00000

ESTRUCTURAL
ING. Leopoldo Berroa
codia 00000

ELÉCTRICO
ING. Juan Pérez
codia 00000

HIDRO-SANITARIO
ING. Francis Estévez
codia 00000

SELLO DE APROBACIÓN:

FECHA: _____

CONTENIDO:

INST. ELECTRICAS


ESCALA:

1:25


Septiembre 2026

NO. PÁGINA:

040

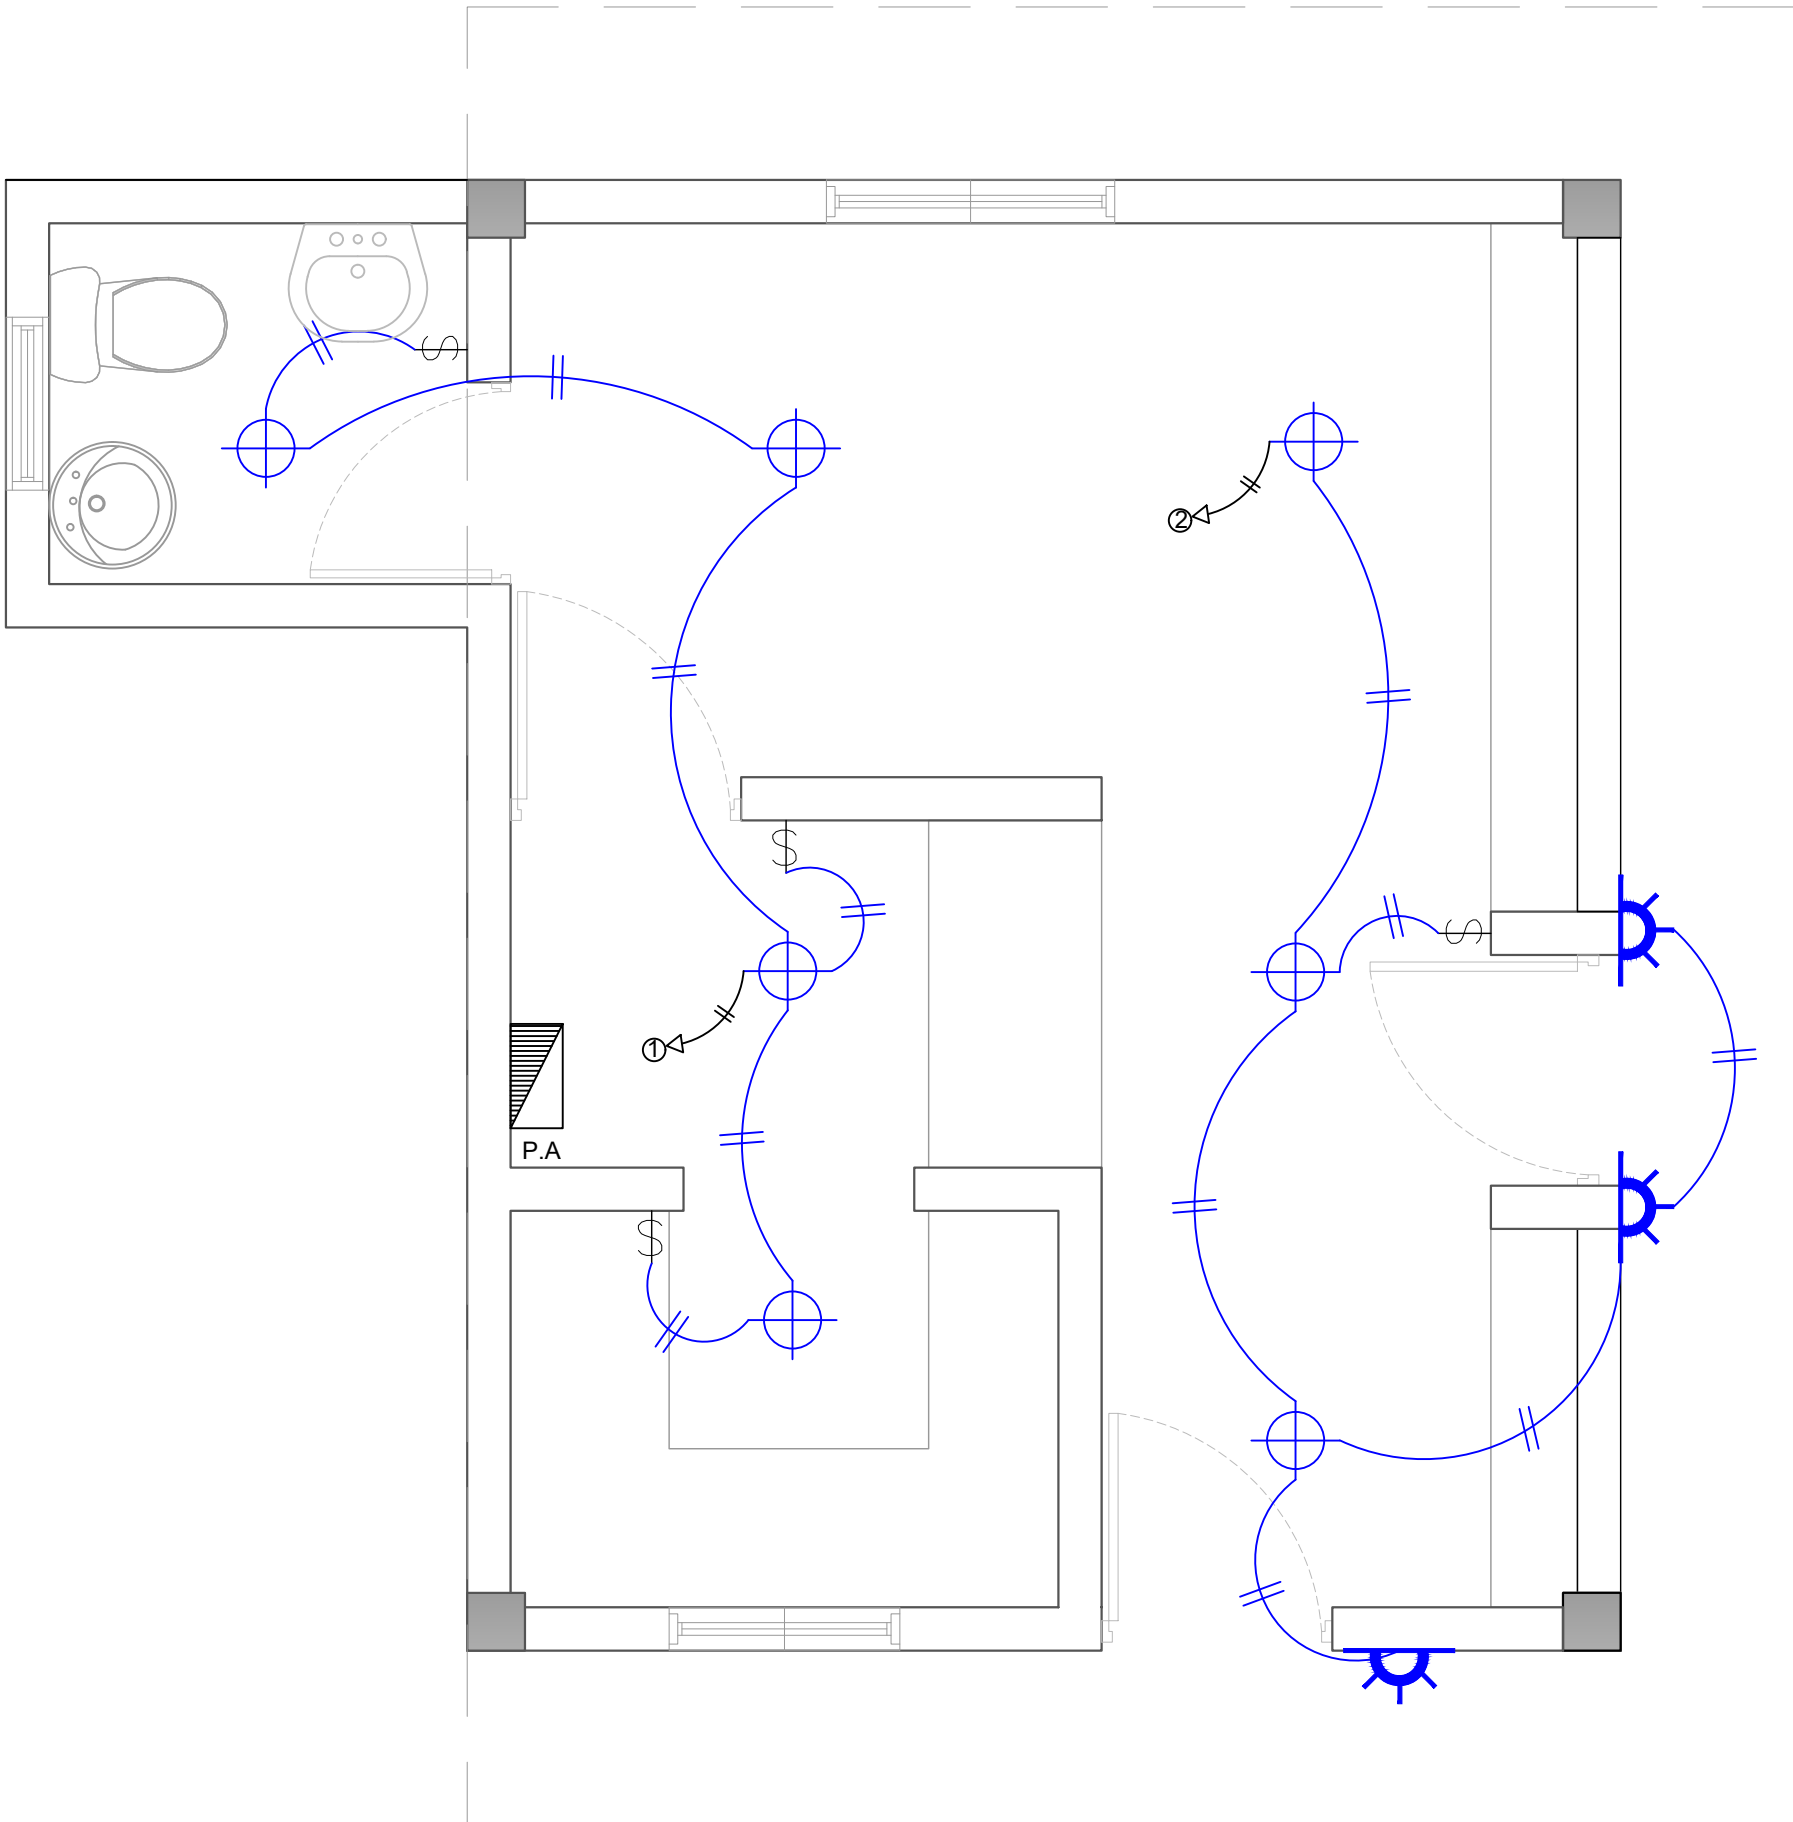

LEYENDA	
SIMBOLOGÍA	NOMBRE
	Luces de Techo
	Luces colgante tipo campana
	Lampara flour 4x4
	Lampara flour 2x4
	Luces de Pared
	Interruptores sencillo, 15A, 120V
	Interruptores doble, 15A, 120V
	Interruptores triple, 15A, 120V
	Interruptores 3 Way, 15A, 120V
	Interruptores 4 Way, 15A, 120V
	Interruptores Con luz piloto, 15A, 120V
	Luces en Poste
	Luces de Estadio
	Toma Corriente 120V, Doble, 20A
	Toma Corriente 240V, Sencillo, 30A
	Toma Corriente 120 de UPS, Doble, 20A
	Teléfono
	Antena de Televisión
	Data
	Hacia el Panel con 2 hilos
	Hacia el Panel con 3 hilos
	Tubería Empotrada en Losa
	Tubería Empotrada en Tierra
	Panel de Distribución Eléctrica
	Panel Board
	Breaker
	Registro
	Medidor o contador
	Transformador
	Abanico de Techo
	Equipos Eléctricos
	Transfer Switch
	Módulo de Contador
	Enclosed Breaker
	Tubería Empotrada con 3 hilos
	Inversor, UPS

 

**GOBIERNO DE LA
REPÚBLICA DOMINICANA**

**DIRECCION DE DESARROLLO
PROVINCIAL**

DDP

Ave. Dr. Delgado, Esq. Moises García,
Gazcue, Sto. Dgo., R.D.

TEL.: (809)-364-2189 | FAX.: (809)- 688-1665
E-Mail: info@cpadp.gob.do

EQUIPO DE TRABAJO: _____

DISEÑO ARQUITECTÓNICO
ARQ. _____

codia 00000 _____

ENC. INGENIERÍA
ING. FIOR DALIZA BONIFACIO
codia 00000 _____

ESTRUCTURAL
ING. Leopoldo Berroa
codia 00000

ELÉCTRICO
ING. Juan Pérez
codia 00000 _____

HIDRO-SANITARIO
ING. Francis Estévez
codia 00000

SELLO DE APROBACIÓN:

CONTENIDO:

INST. ELECTRICAS

ESCALA:
1:25



Septiembre 2026

NO. PÁGINA:

NO. PÁGINA:

041

PANEL: PA			4				CONDUCTORES			ESPACIOS: 12			
LUGAR: COCINA			SIMILAR: GE				CAT: THQC12420			TENSIÓN: 120/240 VAC			
FASE: 2			INTERRUPTOR PRINCIPAL					BREAKERS			BARRAS: 75 AMP		
			40/2 AMP THQAL TIPO					TIPO: THQAL					
KVA	DESCRIPCIÓN	DUCT.	CAL	BKR	NO.	A	B	NO.	BKR	CAL	DUCT.	DESCRIPCIÓN	KVA
0.40	Iluminación	1/2"	12	20	1			2	20	12	1/2"	Iluminación	0.50
1.50	Toma Corriente 240v	3/4"	10	30	3			4	30	10	3/4"	Toma Corriente 240v	1.50
1.50	Toma Corriente 240v	3/4"	10	30	5			6	30	10	3/4"	Toma Corriente 240v	1.50
1.26	Toma Corriente 120v	1/2"	12	20	7			8					
					9			10					
					11			12					
CARGA CONECTADA: 8.16 KVA			DEMANDA MAXIMA: 8.16 KVA			ALIMENTADOR:							
ILUMINACIÓN: 0.90 KVA			CARGA DE DISEÑO: 7.34 KVA			2		THW	CAL.	NO.	6		
TOMACORRIENTE: 7.26 KVA			CORRIENTE DE DISEÑO: 30.60 AMP			1		THW	CAL.	NO.	8		
OTROS: - KVA			FACTOR DE DEMANDA: 90 %			1		THW	CAL.	NO.	12		
FASE A: 3.90 KVA			CARGA RESERVA: 0.82 KVA			DUCTO DIAM: 1" TIPO: pvc							
FASE B: 4.26 KVA			NEUTRO: 30.60 Amps										

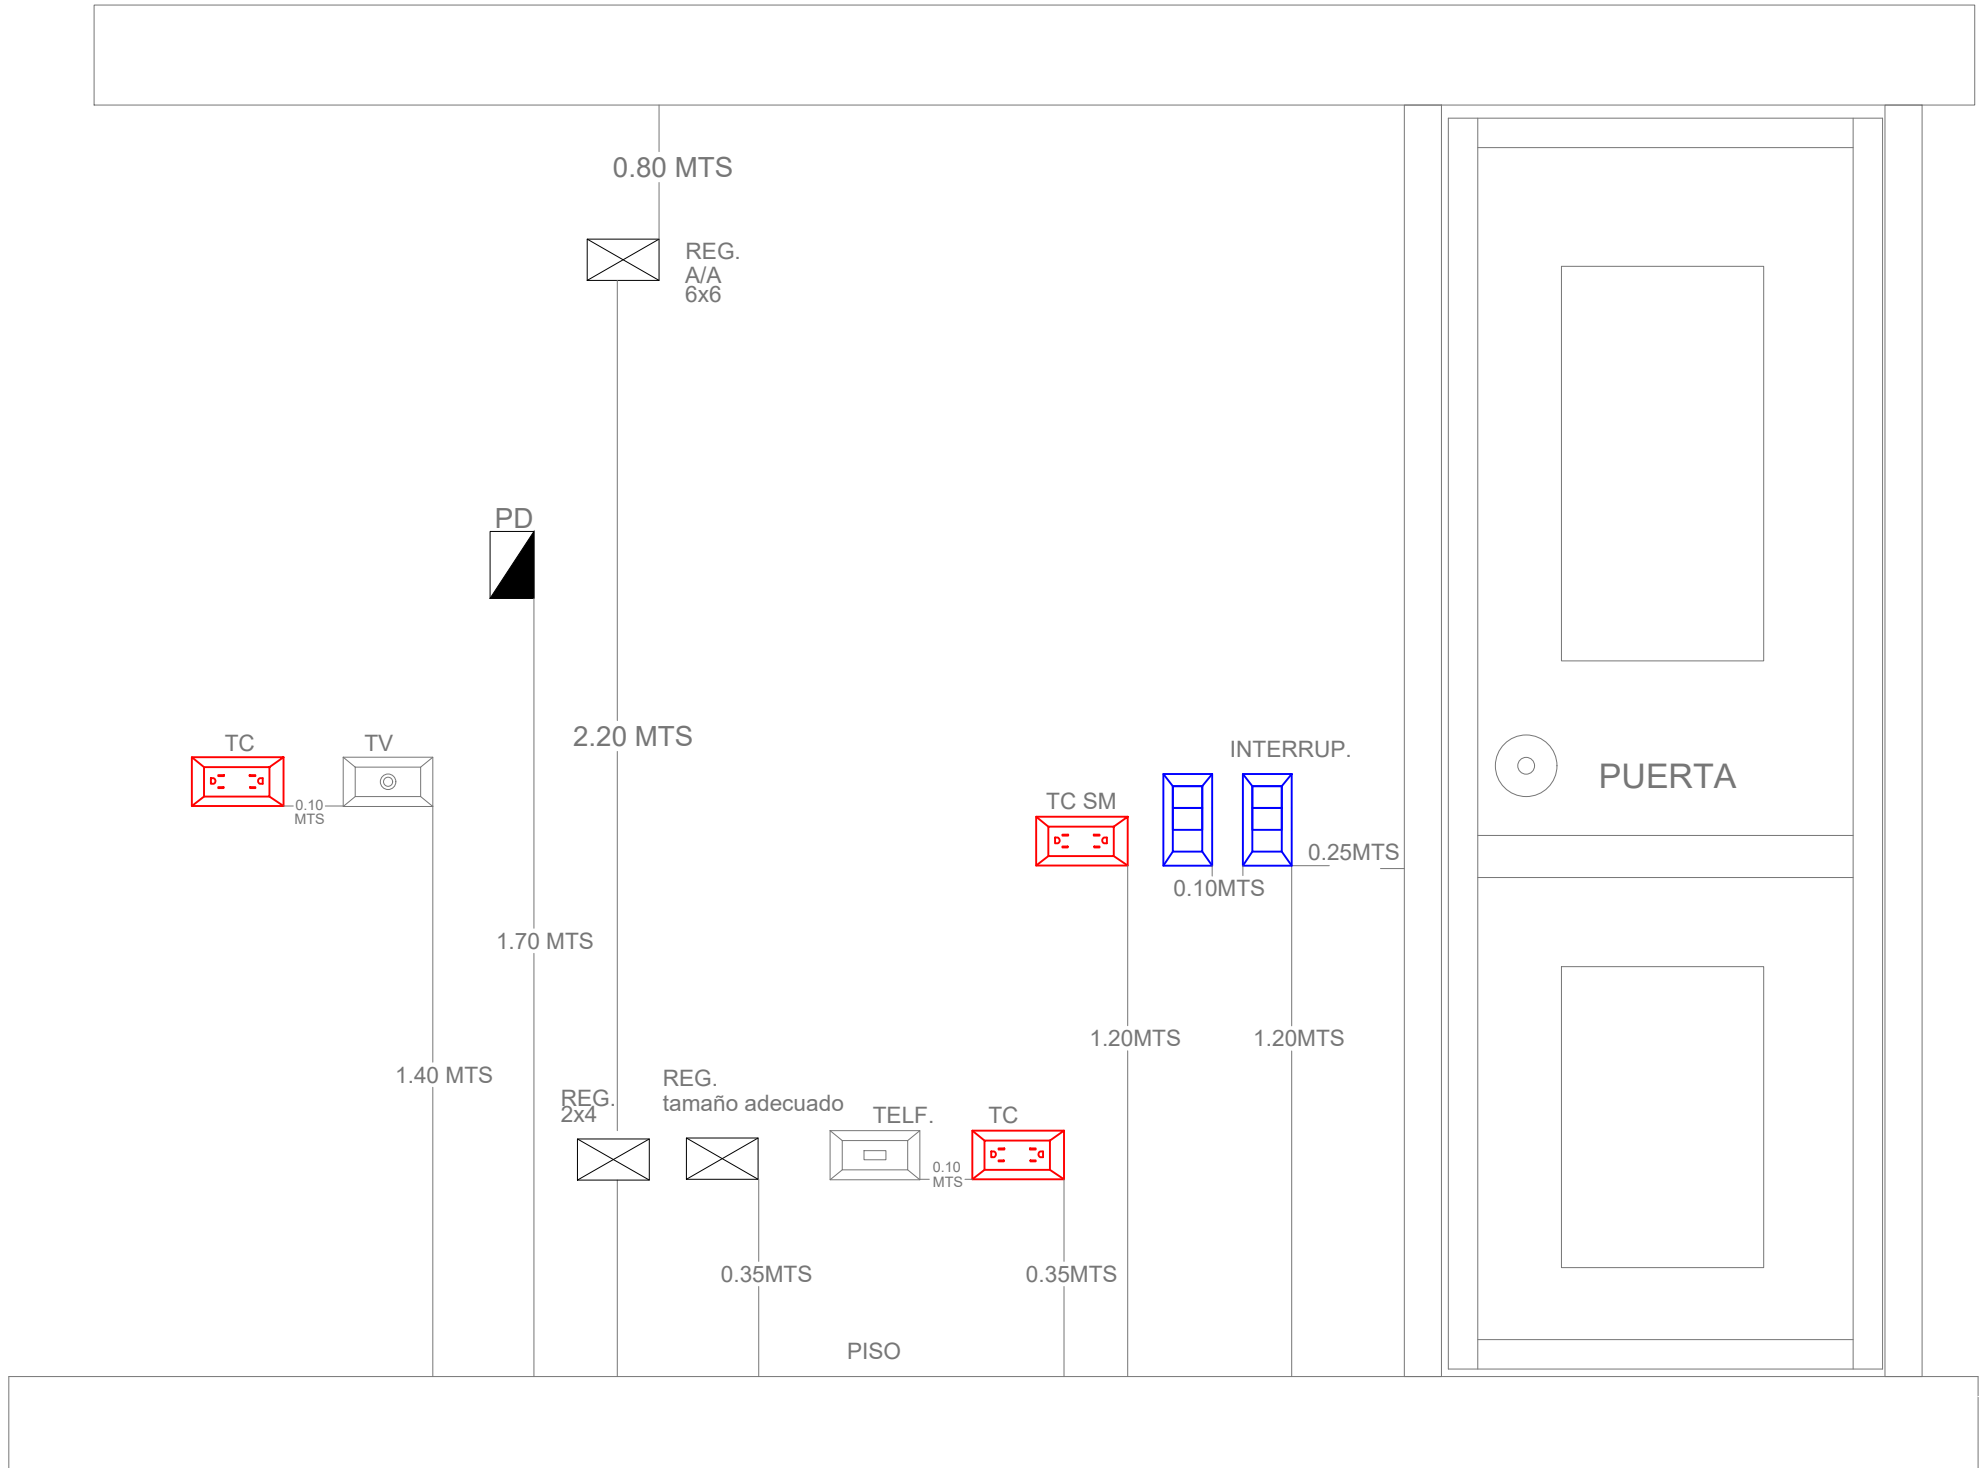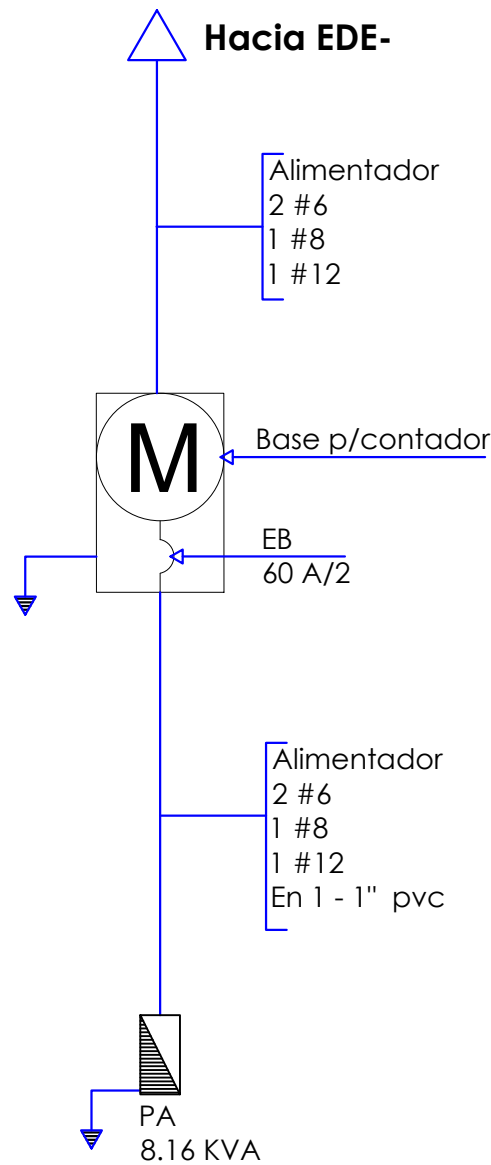

DIRECCION DE DESARROLLO PROVINCIAL DDP

Ave. Dr. Delgado, Esq. Moises García, Gazcue, Sto. Dgo., R.D.
TEL.: (809)-364-2189 | FAX.: (809)- 688-1665
E-Mail: info@cpadp.gob.do

PROYECTO:
CONSTRUCCIÓN CAMPO DE BÉISBOL HERMANOS OLIVO MUNICIPIO MONTE CRISTI, PROVINCIA MONTE CRISTI

EQUIPO DE TRABAJO:
DISEÑO ARQUITECTÓNICO
ARQ. codia 00000

ENC. INGENIERÍA
ING. FIOR DALIZA BONIFACIO
codia 00000

ESTRUCTURAL
ING. Leopoldo Berroa
codia 00000

ELÉCTRICO
ING. Juan Pérez
codia 00000

HIDRO-SANITARIO
ING. Francis Estévez
codia 00000

SELLO DE APROBACIÓN:


FECHA:

CONTENIDO:
DETALLE ELÉCTRICO- CAFETERÍA

ESCALA:
1:25

Septiembre 2026

 NO. PÁGINA:
042



**GOBIERNO DE LA
REPÚBLICA DOMINICANA**

**DIRECCION DE DESARROLLO
PROVINCIAL
DDP**

Ave. Dr. Delgado, Esq. Moises García,
Gazcue, Sto. Dgo., R.D.
TEL.: (809)-364-2189 | FAX.: (809)- 688-1665
E-Mail: info@cpadp.gob.do

EQUIPO DE TRABAJO:

DISEÑO ARQUITECTÓNICO
ARQ.

codia 00000 _____

ENC. INGENIERÍA
ING. FIOR DALIZA BONIFACIO

codia 00000 _____

ESTRUCTURAL
ING. Leopoldo Berroa
codia 00000

ELÉCTRICO
ING. Juan Pérez
codia 00000

HIDRO-SANITARIO
ING. Francis Estévez
codia 00000

SELLO DE APROBACIÓN:

FECHA:

CONTENIDO:

PLANTA SANITARIA


ESCALA:

1:25

Septiembre 2026

NO. PÁGINA:

043

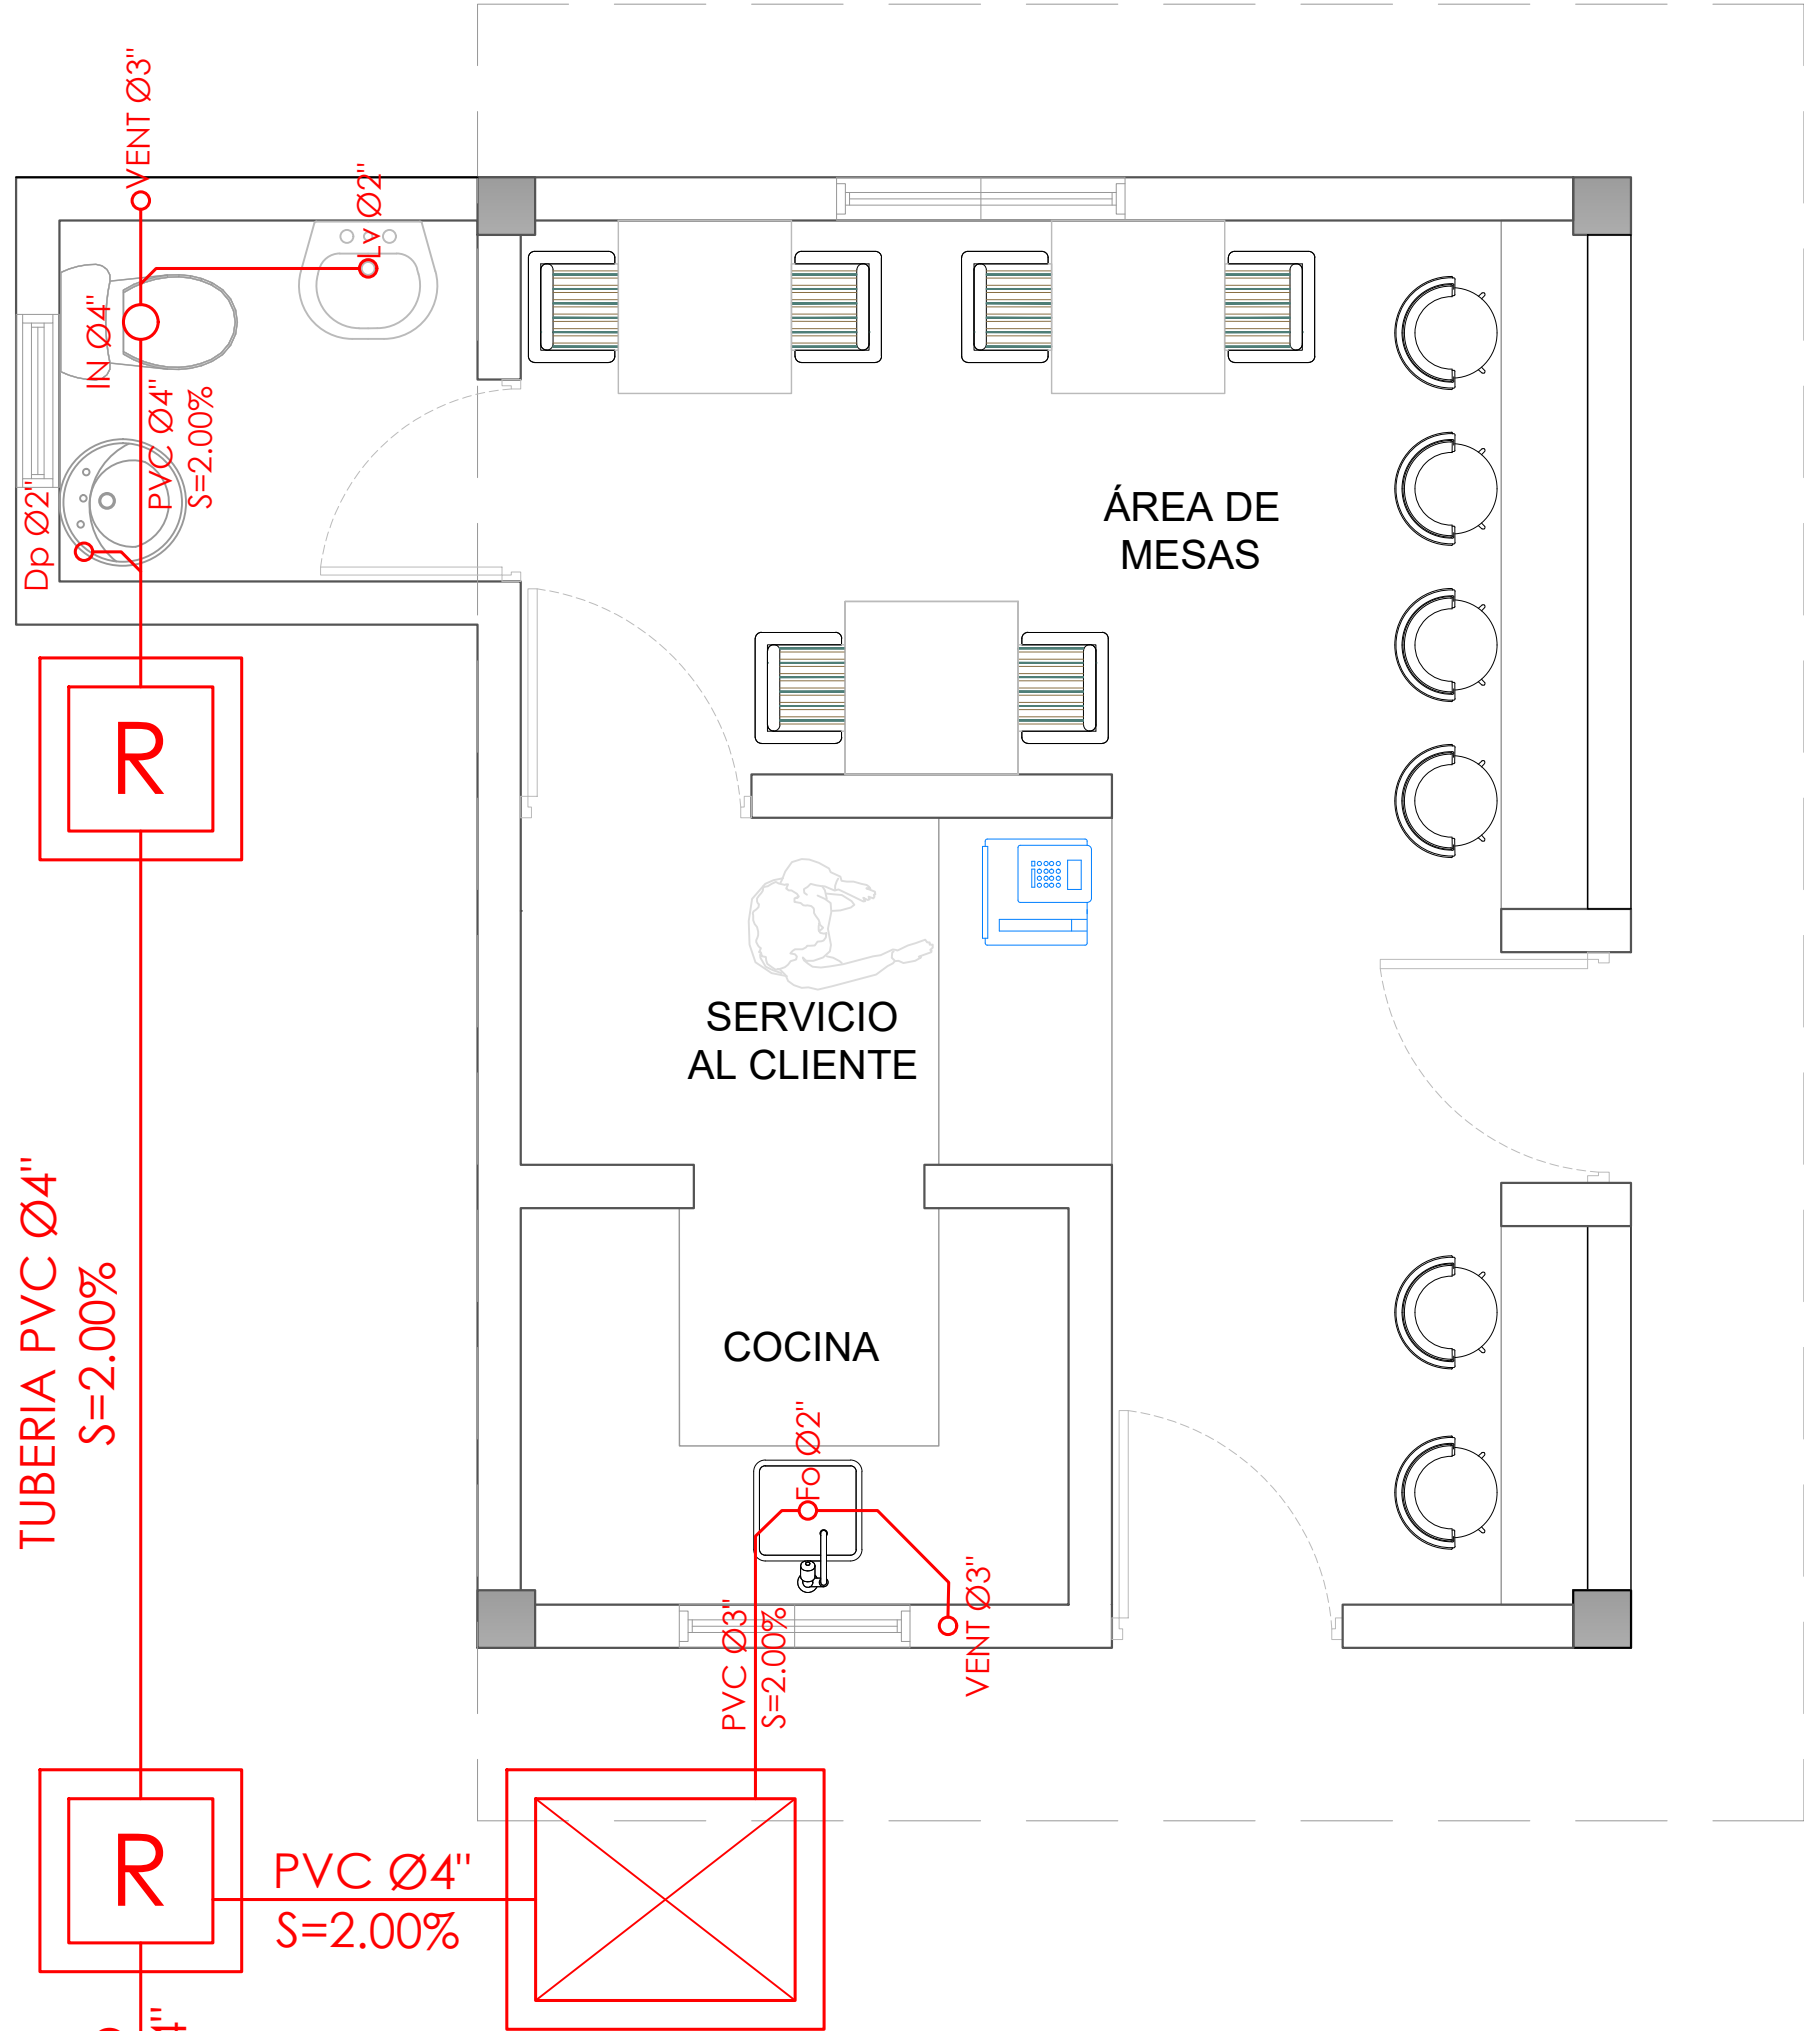

LEYENDA PLATA ELECTRICA	
SIMBOLOGÍA	NOMBRE
	Luces de Techo (BOMBILLO)
	Luces colgante tipo campana
	Luces Ojo de Buey LED 3W 72 x 72 x 23 mm
	Panel Circular Emp. LED 12W 17 cm
	Lampara Fluorescente 4x1
	Lampara Fluorescente 2x2
	Lampara Fluorescente 2x4
	Luces de Pared
	Luces de Piso
	Interruptores sencillo, 15A, 120V
	Interruptores doble, 15A, 120V
	Interruptores triple, 15A, 120V
	Interruptores 3 Way, 15A, 120V
	Interruptores 4 Way, 15A, 120V
	Interruptores Con luz piloto, 15A, 120V
	Luces en Poste
	LUCES DE ESTADIO
	Fotocelda
	Abanico de PARED
	ABANICO DE TECHO
	CONTROL DE ABANICO DE TECHO
	Toma Corriente 120V, Doble, 20A
	TOMA CORRIENTE 240V, SENCILLO, 30A
	Toma Corriente 240V, Doble, 30A
	Toma Corriente 120 de piso, Doble, 20A
	Toma Corriente 120 sobre meseta, Doble, 20A
	Toma Corriente 120 falla a tierra, Doble, 20A
	Toma Corriente 120 DE UPS, Doble, 20A
	Toma Corriente 120 DE Waterproof, Doble, 20A
	Equipos Eléctricos
	Teléfono
	Antena de Televisión
	Data
	Panel de Distribución Eléctrica
	Registro
	Tubería Empotrada en Losa
	Tubería Empotrada en Tierra
	Cámara