


PROYECTO:

**CONSTRUCCIÓN CAMPO DE BÉISBOL LAS TARANAS
MUNICIPIO VILLA RIVA, PROVINCIA DUARTE**

REPUBLICA DOMINICANA
Septiembre 2026

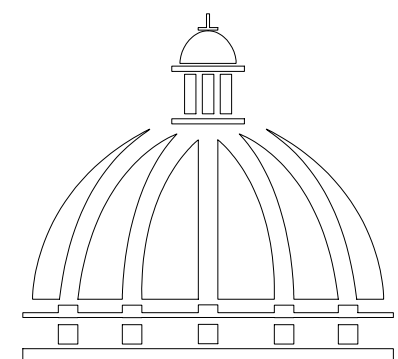

**GOBIERNO DE LA
REPÚBLICA DOMINICANA**

PROYECTO:
**CONSTRUCCIÓN CAMPO DE BEISBOL
LAS TARANAS
MUNICIPIO VILLA RIVA, PROVINCIA
DUARTE**

EQUIPO DE TRABAJO:

DISEÑO ARQUITECTÓNICO
ARQ. _____
codia 00000

ENC. INGENIERÍA
ING. FIOR DALIZA BONIFACIO
codia 00000

ESTRUCTURAL
ING. Leopoldo Berroa
codia 00000

ELÉCTRICO
ING. Juan Pérez
codia 00000

HIDRO-SANITARIO
ING. Francis Estévez
codia 00000

SELLO DE APROBACIÓN:


FECHA: _____

CONTENIDO:
PLANTA ARQUITECTONICA
DE CONJUNTO
PLAY DE BEISBOL

ESCALA:
1:500

SEPTIEMBRE 2026

NO. PÁGINA:
001

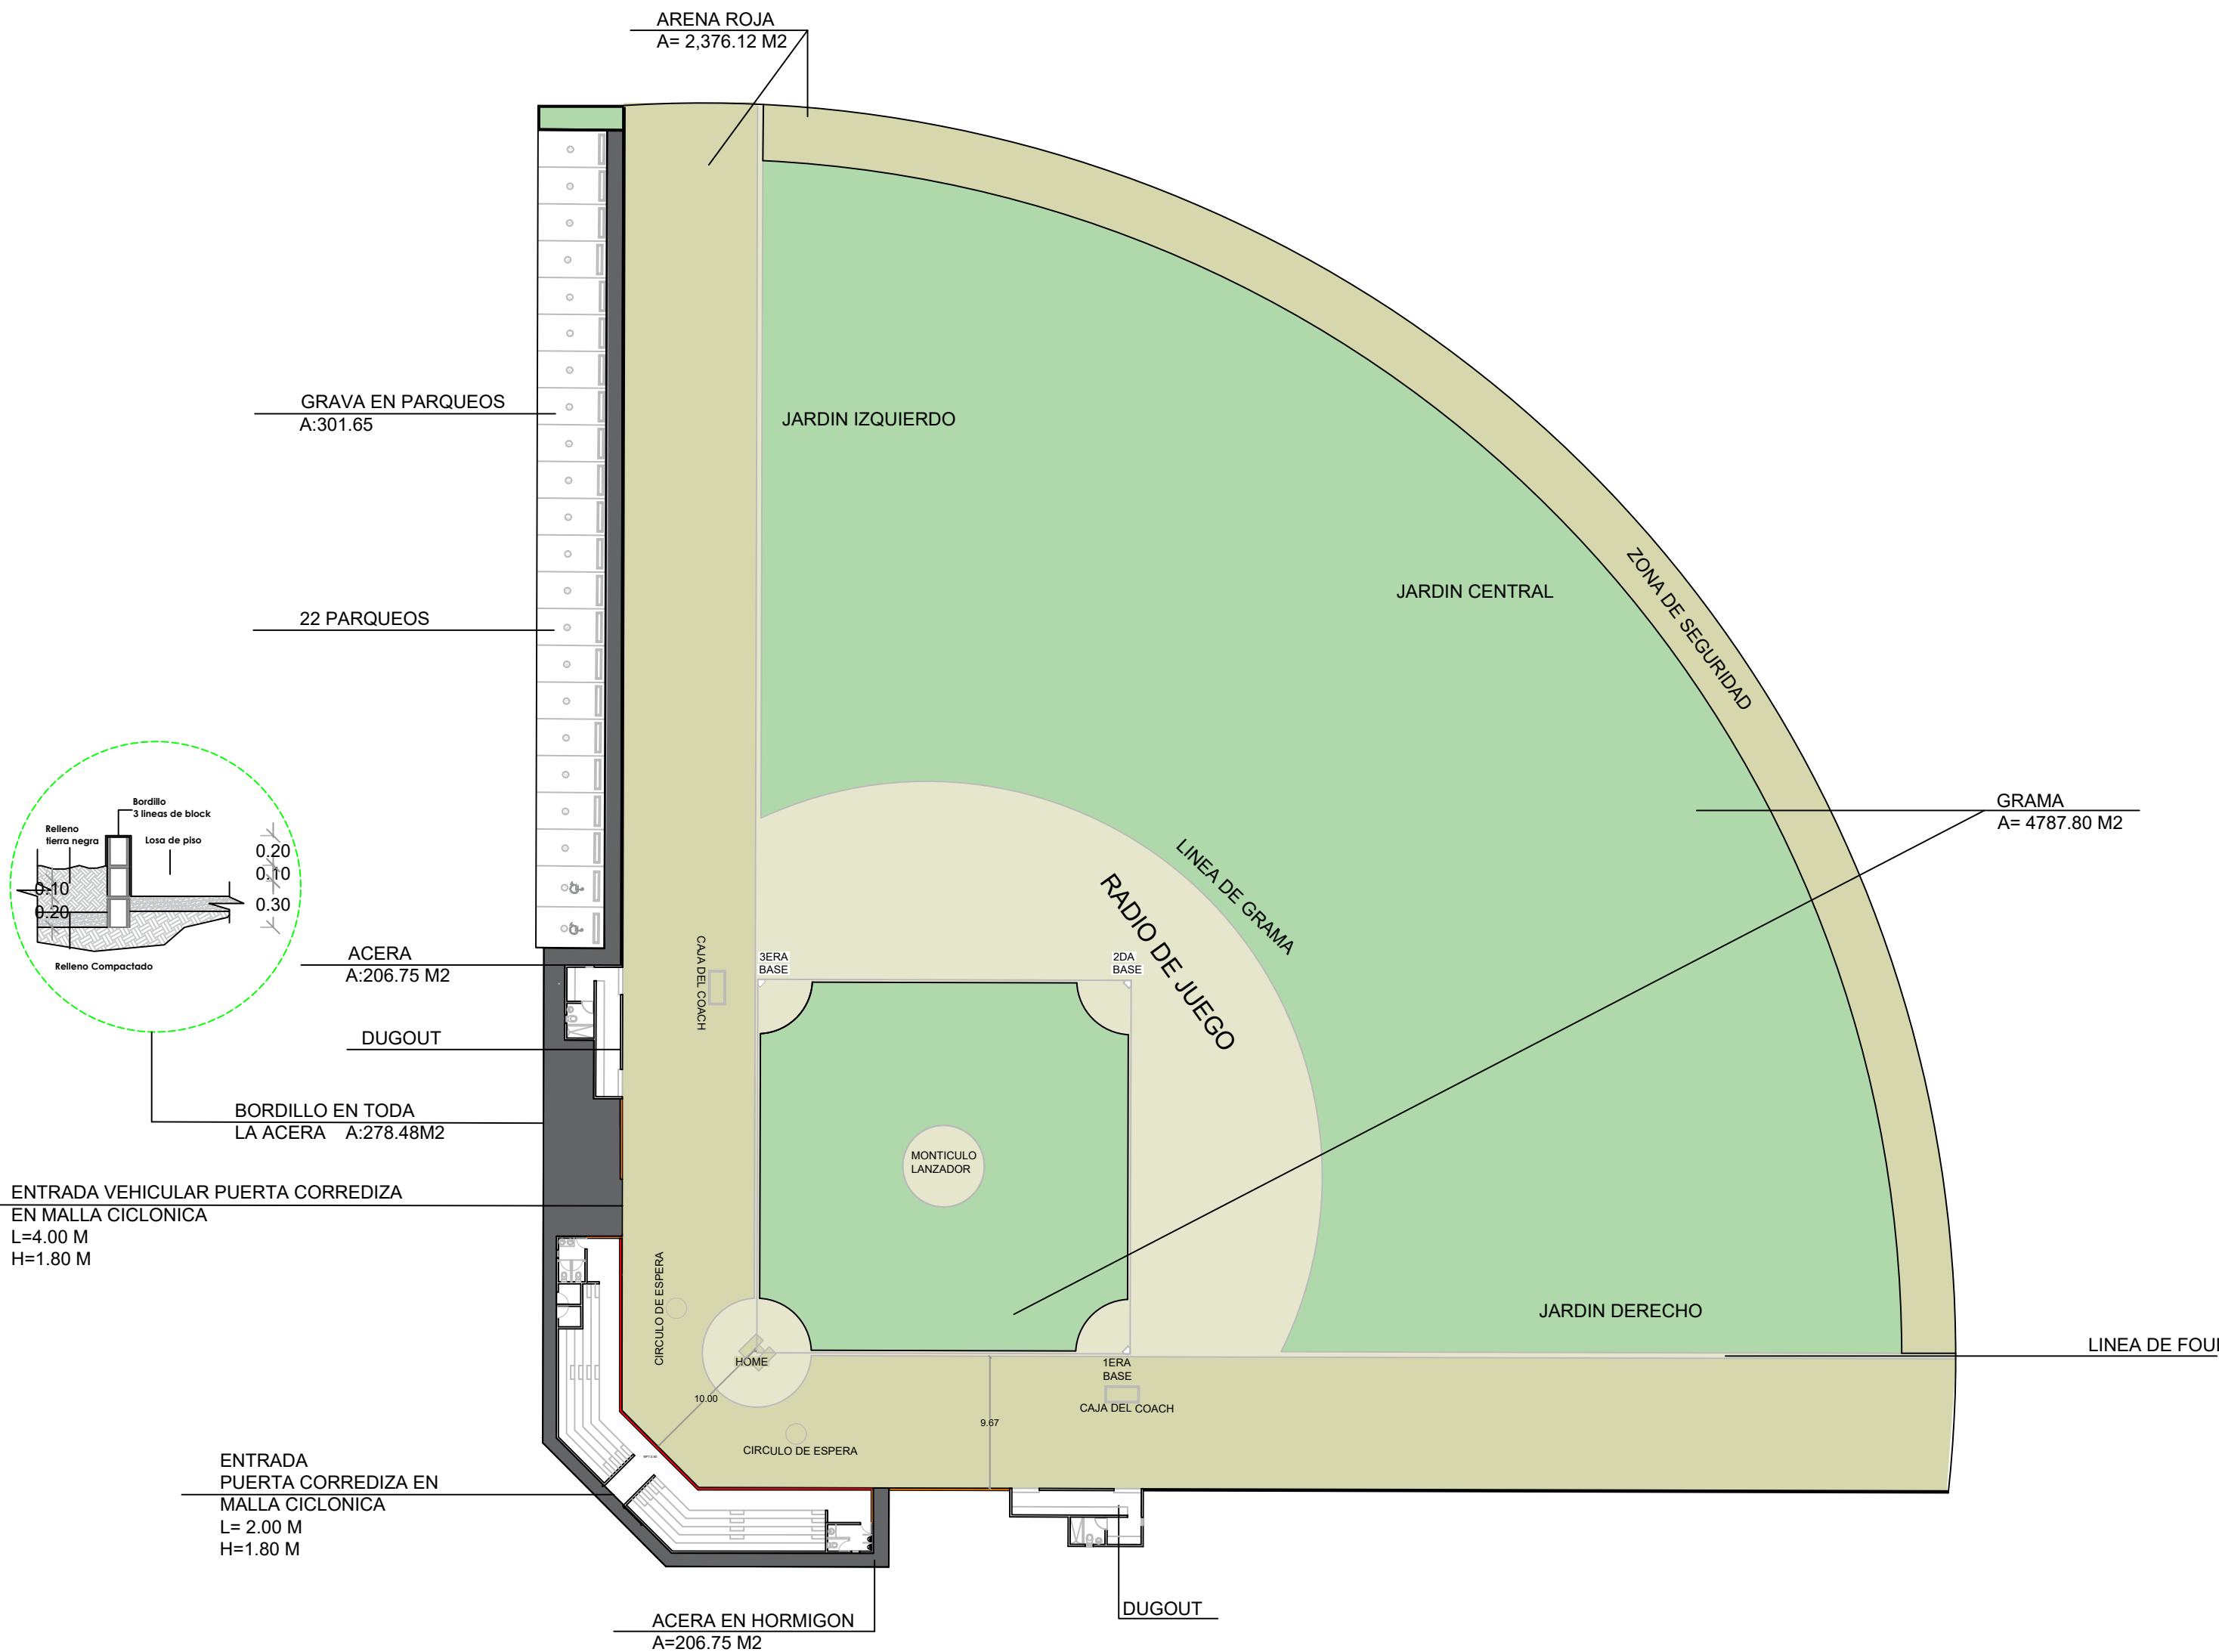

PROYECTO:
**CONSTRUCCIÓN CAMPO DE BEISBOL
LAS TARANAS
MUNICIPIO VILLA RIVA, PROVINCIA
DUARTE**

EQUIPO DE TRABAJO:

DISEÑO ARQUITECTÓNICO
ARQ. _____
codia 00000

ENC. INGENIERÍA
ING. FIOR DALIZA BONIFACIO
codia 00000

ESTRUCTURAL
ING. Leopoldo Berroa
codia 00000

ELÉCTRICO
ING. Juan Pérez
codia 00000

HIDRO-SANITARIO
ING. Francis Estévez
codia 00000

SELLO DE APROBACIÓN:


FECHA: _____






CONTENIDO:
**PLANTA ARQUITECTONICA
DE CONJUNTO
PLAY DE BEISBOL**

ESCALA:
1:100

SEPTIEMBRE 2026

NO. PÁGINA:
002

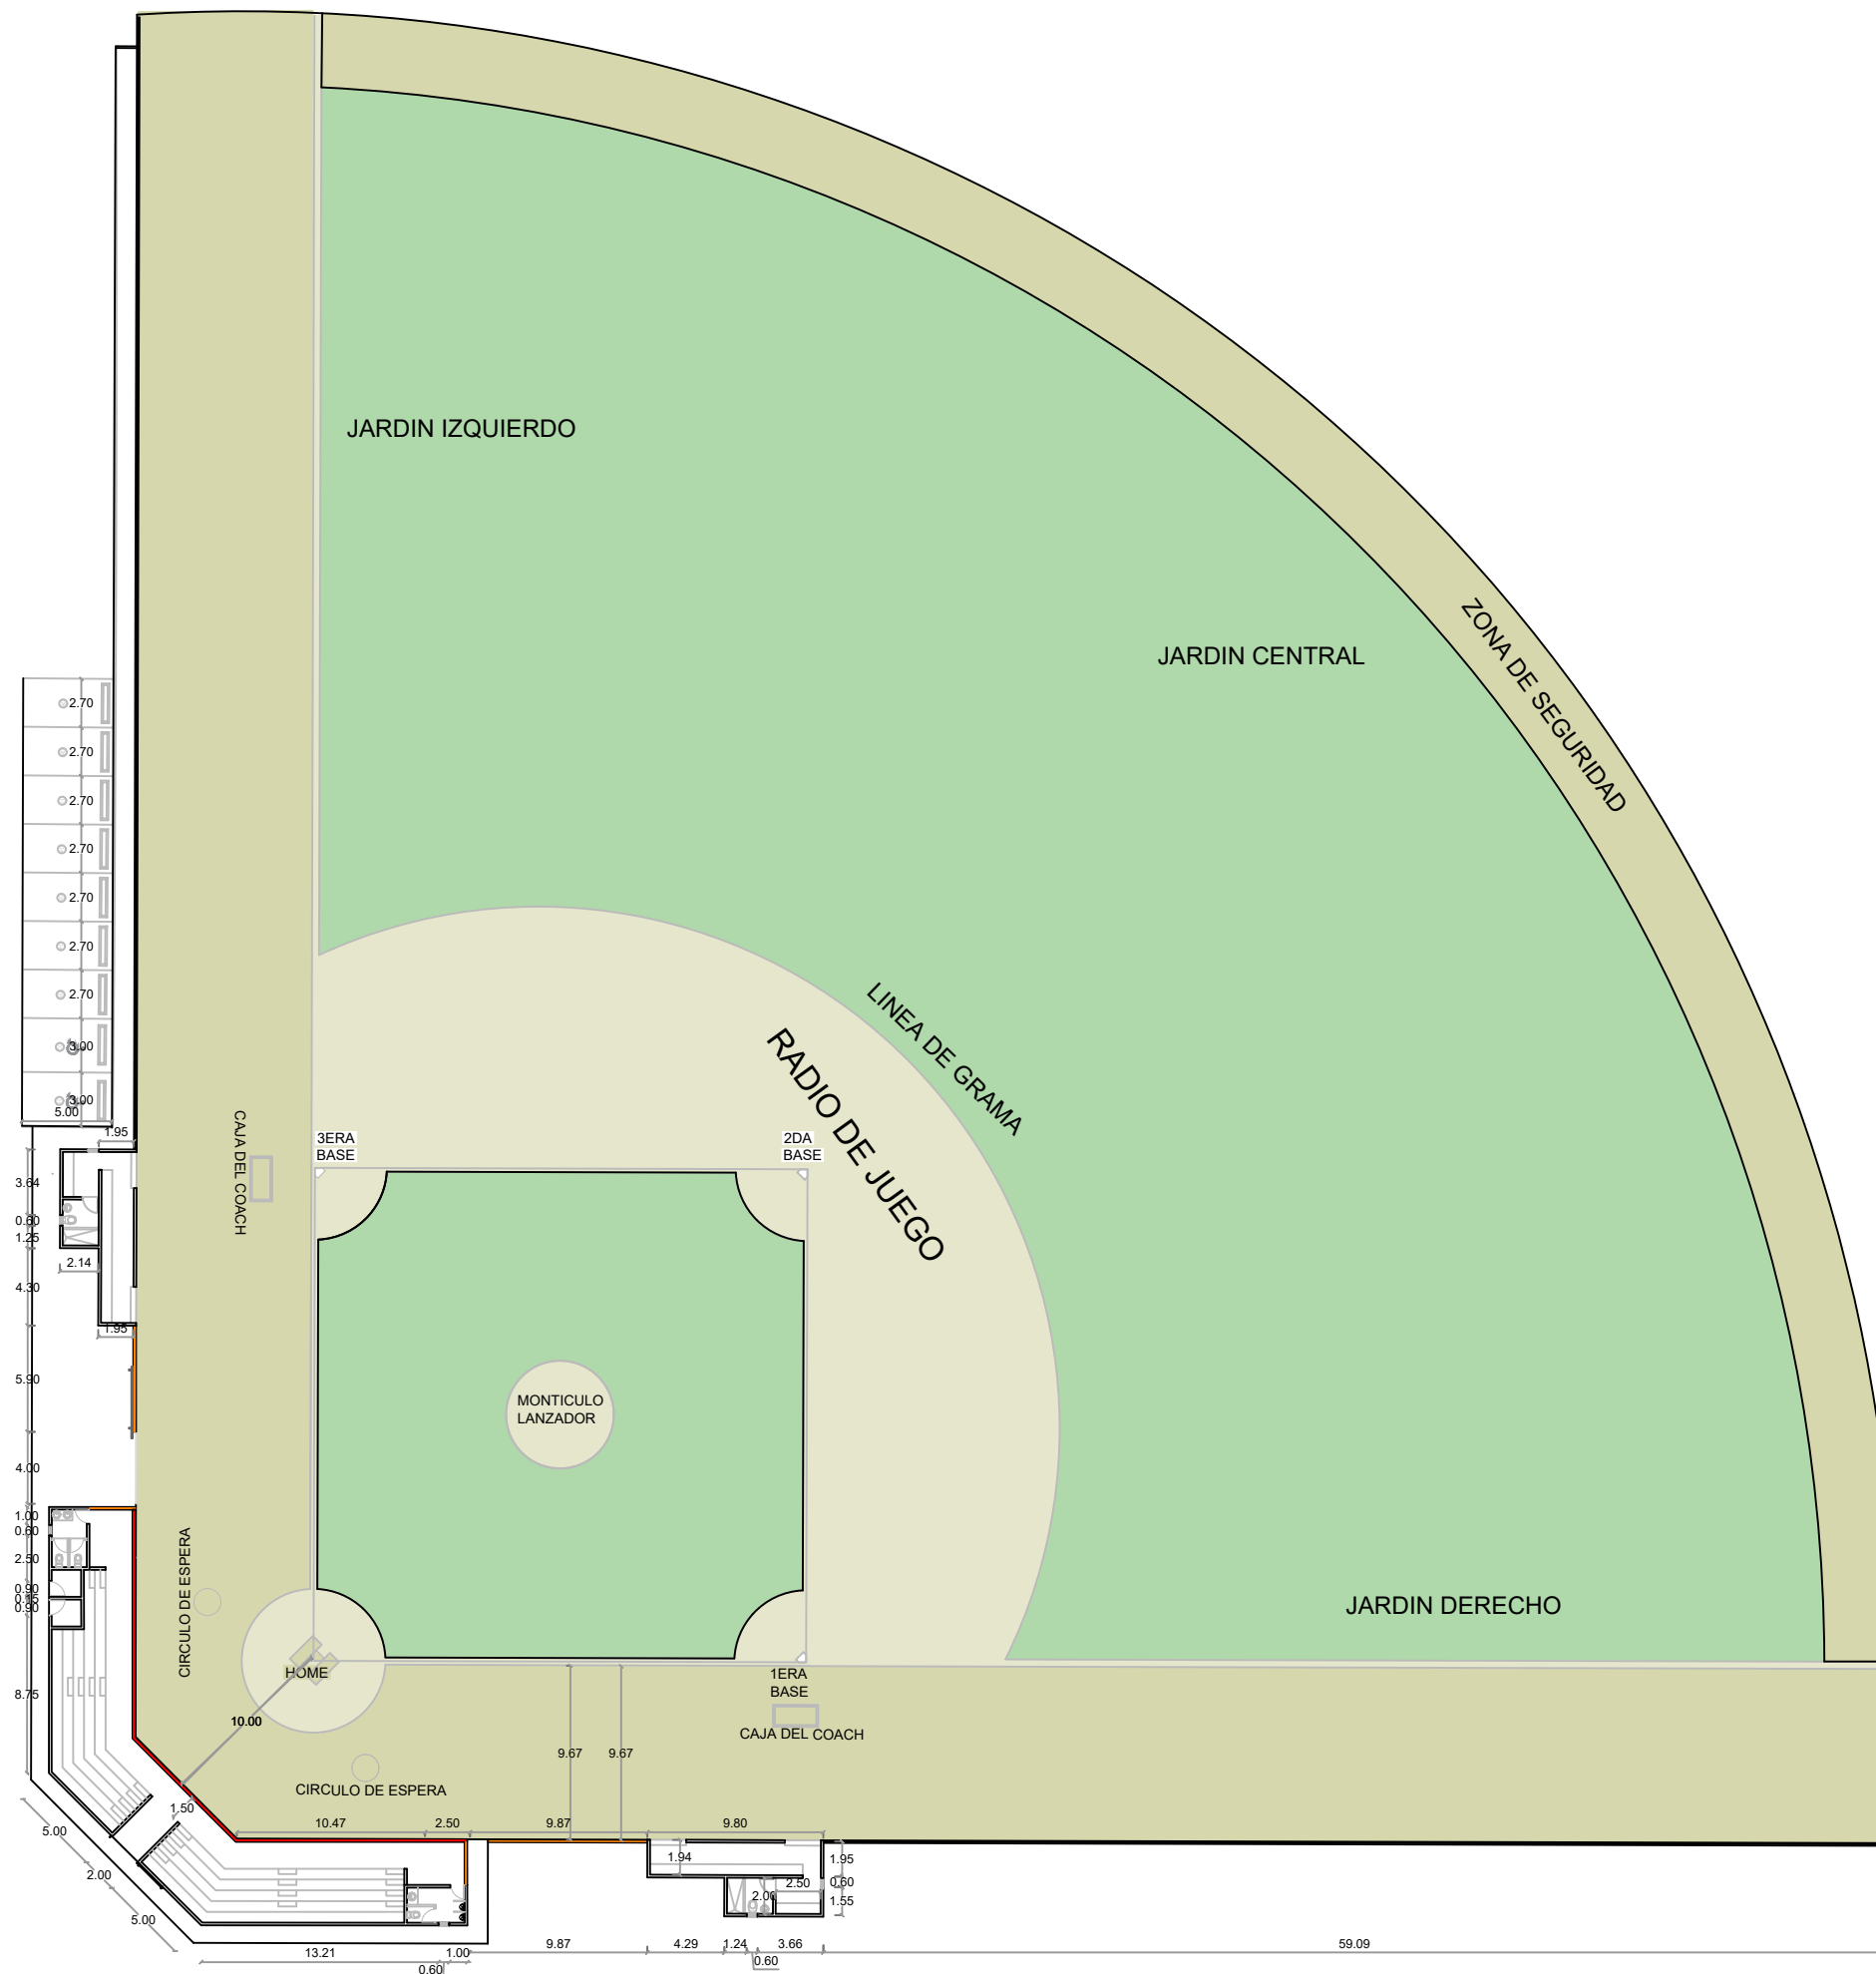

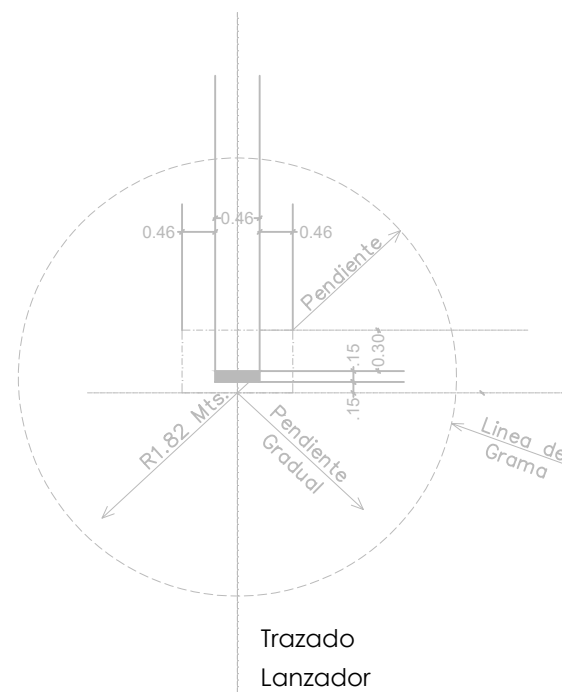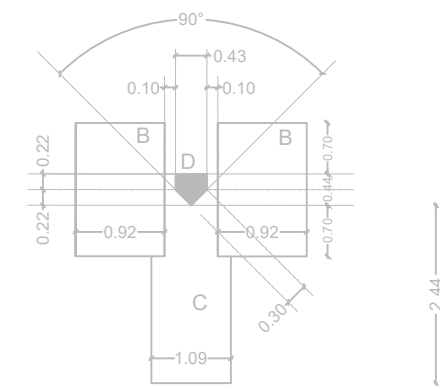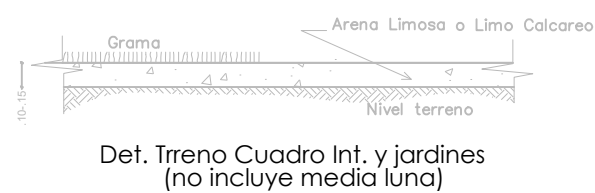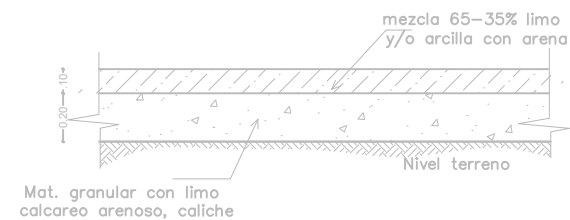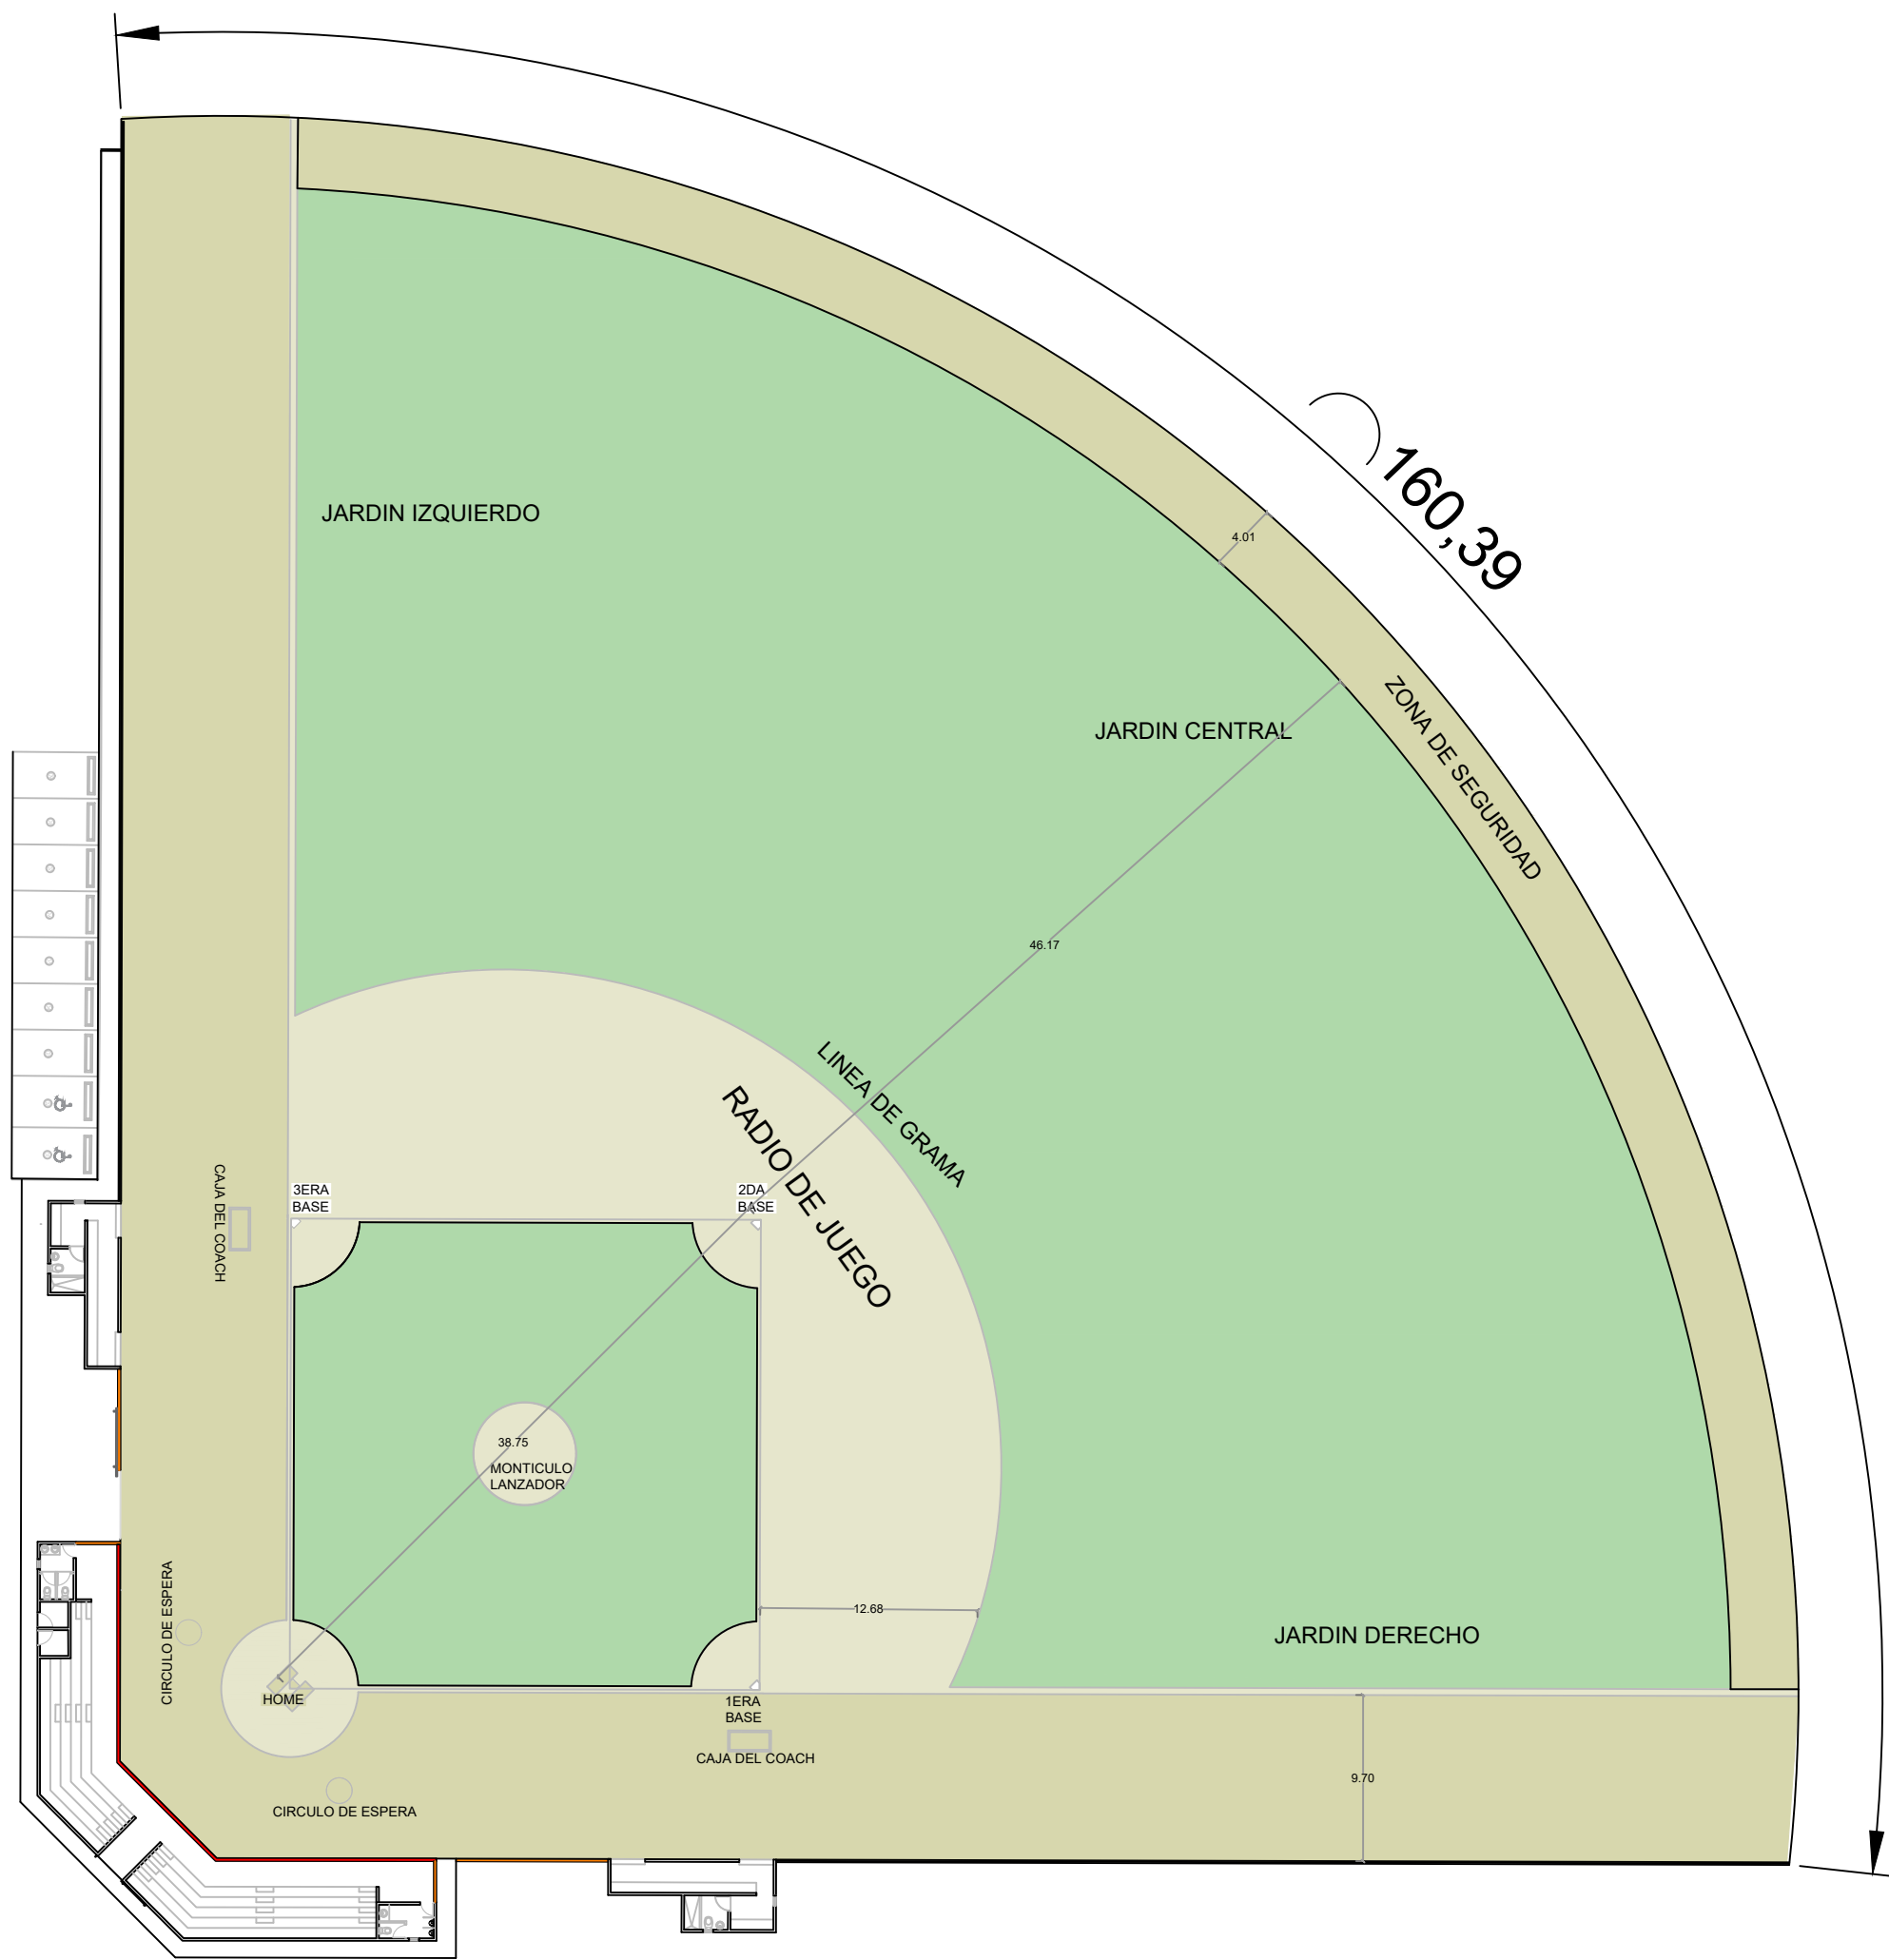

**DIRECCION DE DESARROLLO
PROVINCIAL
DDP**

Ave. Dr. Delgado, Esq. Moises García,
Gazcue, Sto. Dgo., R.D.
TEL.: (809)-364-2189 | FAX.: (809)- 688-1665
E-Mail: info@cpadp.gob.do

PROYECTO:
**CONSTRUCCIÓN CAMPO DE BEISBOL
LAS TARANAS
MUNICIPIO VILLA RIVA, PROVINCIA
DUARTE**

EQUIPO DE TRABAJO:
DISEÑO ARQUITECTÓNICO
ARQ.
codia 00000

ENC. INGENIERÍA
ING. FIOR DALIZA BONIFACIO
codia 00000

ESTRUCTURAL
ING. Leopoldo Berroa
codia 00000

ELÉCTRICO
ING. Juan Pérez
codia 00000

HIDRO-SANITARIO
ING. Francis Estévez
codia 00000

SELLO DE APROBACIÓN:

FECHA:

CONTENIDO:
**PLANTA DE CONJUNTO
DIMENSIONADA**

ESCALA:
1:100

SEPTIEMBRE 2026

NO. PÁGINA:
003



Ave. Dr. Delgado, Esq. Moises García,
Gazcue, Sto. Dgo., R.D.
TEL.: (809)-364-2189 | FAX.: (809)- 688-1665
E-Mail: info@cpadp.gob.do

PROYECTO:

**CONSTRUCCIÓN CAMPO DE BEISBOL
LAS TARANAS
MUNICIPIO VILLA RIVA, PROVINCIA
DUARTE**

EQUIPO DE TRABAJO:

DISEÑO ARQUITECTÓNICO
ARQ.

codia 00000

ENC. INGENIERÍA

ING. FIOR DALIZA BONIFACIO
codia 00000 _____

ESTRUCTURAL

ING. Leopoldo Berroa
codia 00000

ELÉCTRICO

ING. Juan Pérez
codia 00000

HIDRO-SANITARIO

ING. Francis Estévez
codia 00000

SELO DE APROBACIÓN:

FECHA:

CONTENIDO:

PLANTA DETALLE DE VERJA

ESCALA:

1:100

SEPTIEMBRE 2026

NO. PÁGINA:

004




LEYENDA DE MURO

	BACKSTOP H=5.40M L= 27.11 M
	MURO DE BLOQUES - CENTER FIELD H=1.80 M L=160.76 M
	MURO DE BLOQUES H=1.80 M L=160.76M
	MURO DE BLOQUES Y MALLA CICLÓNICA H=1.80 L =137.84 M




PLANTA DETALLES DE VERJA

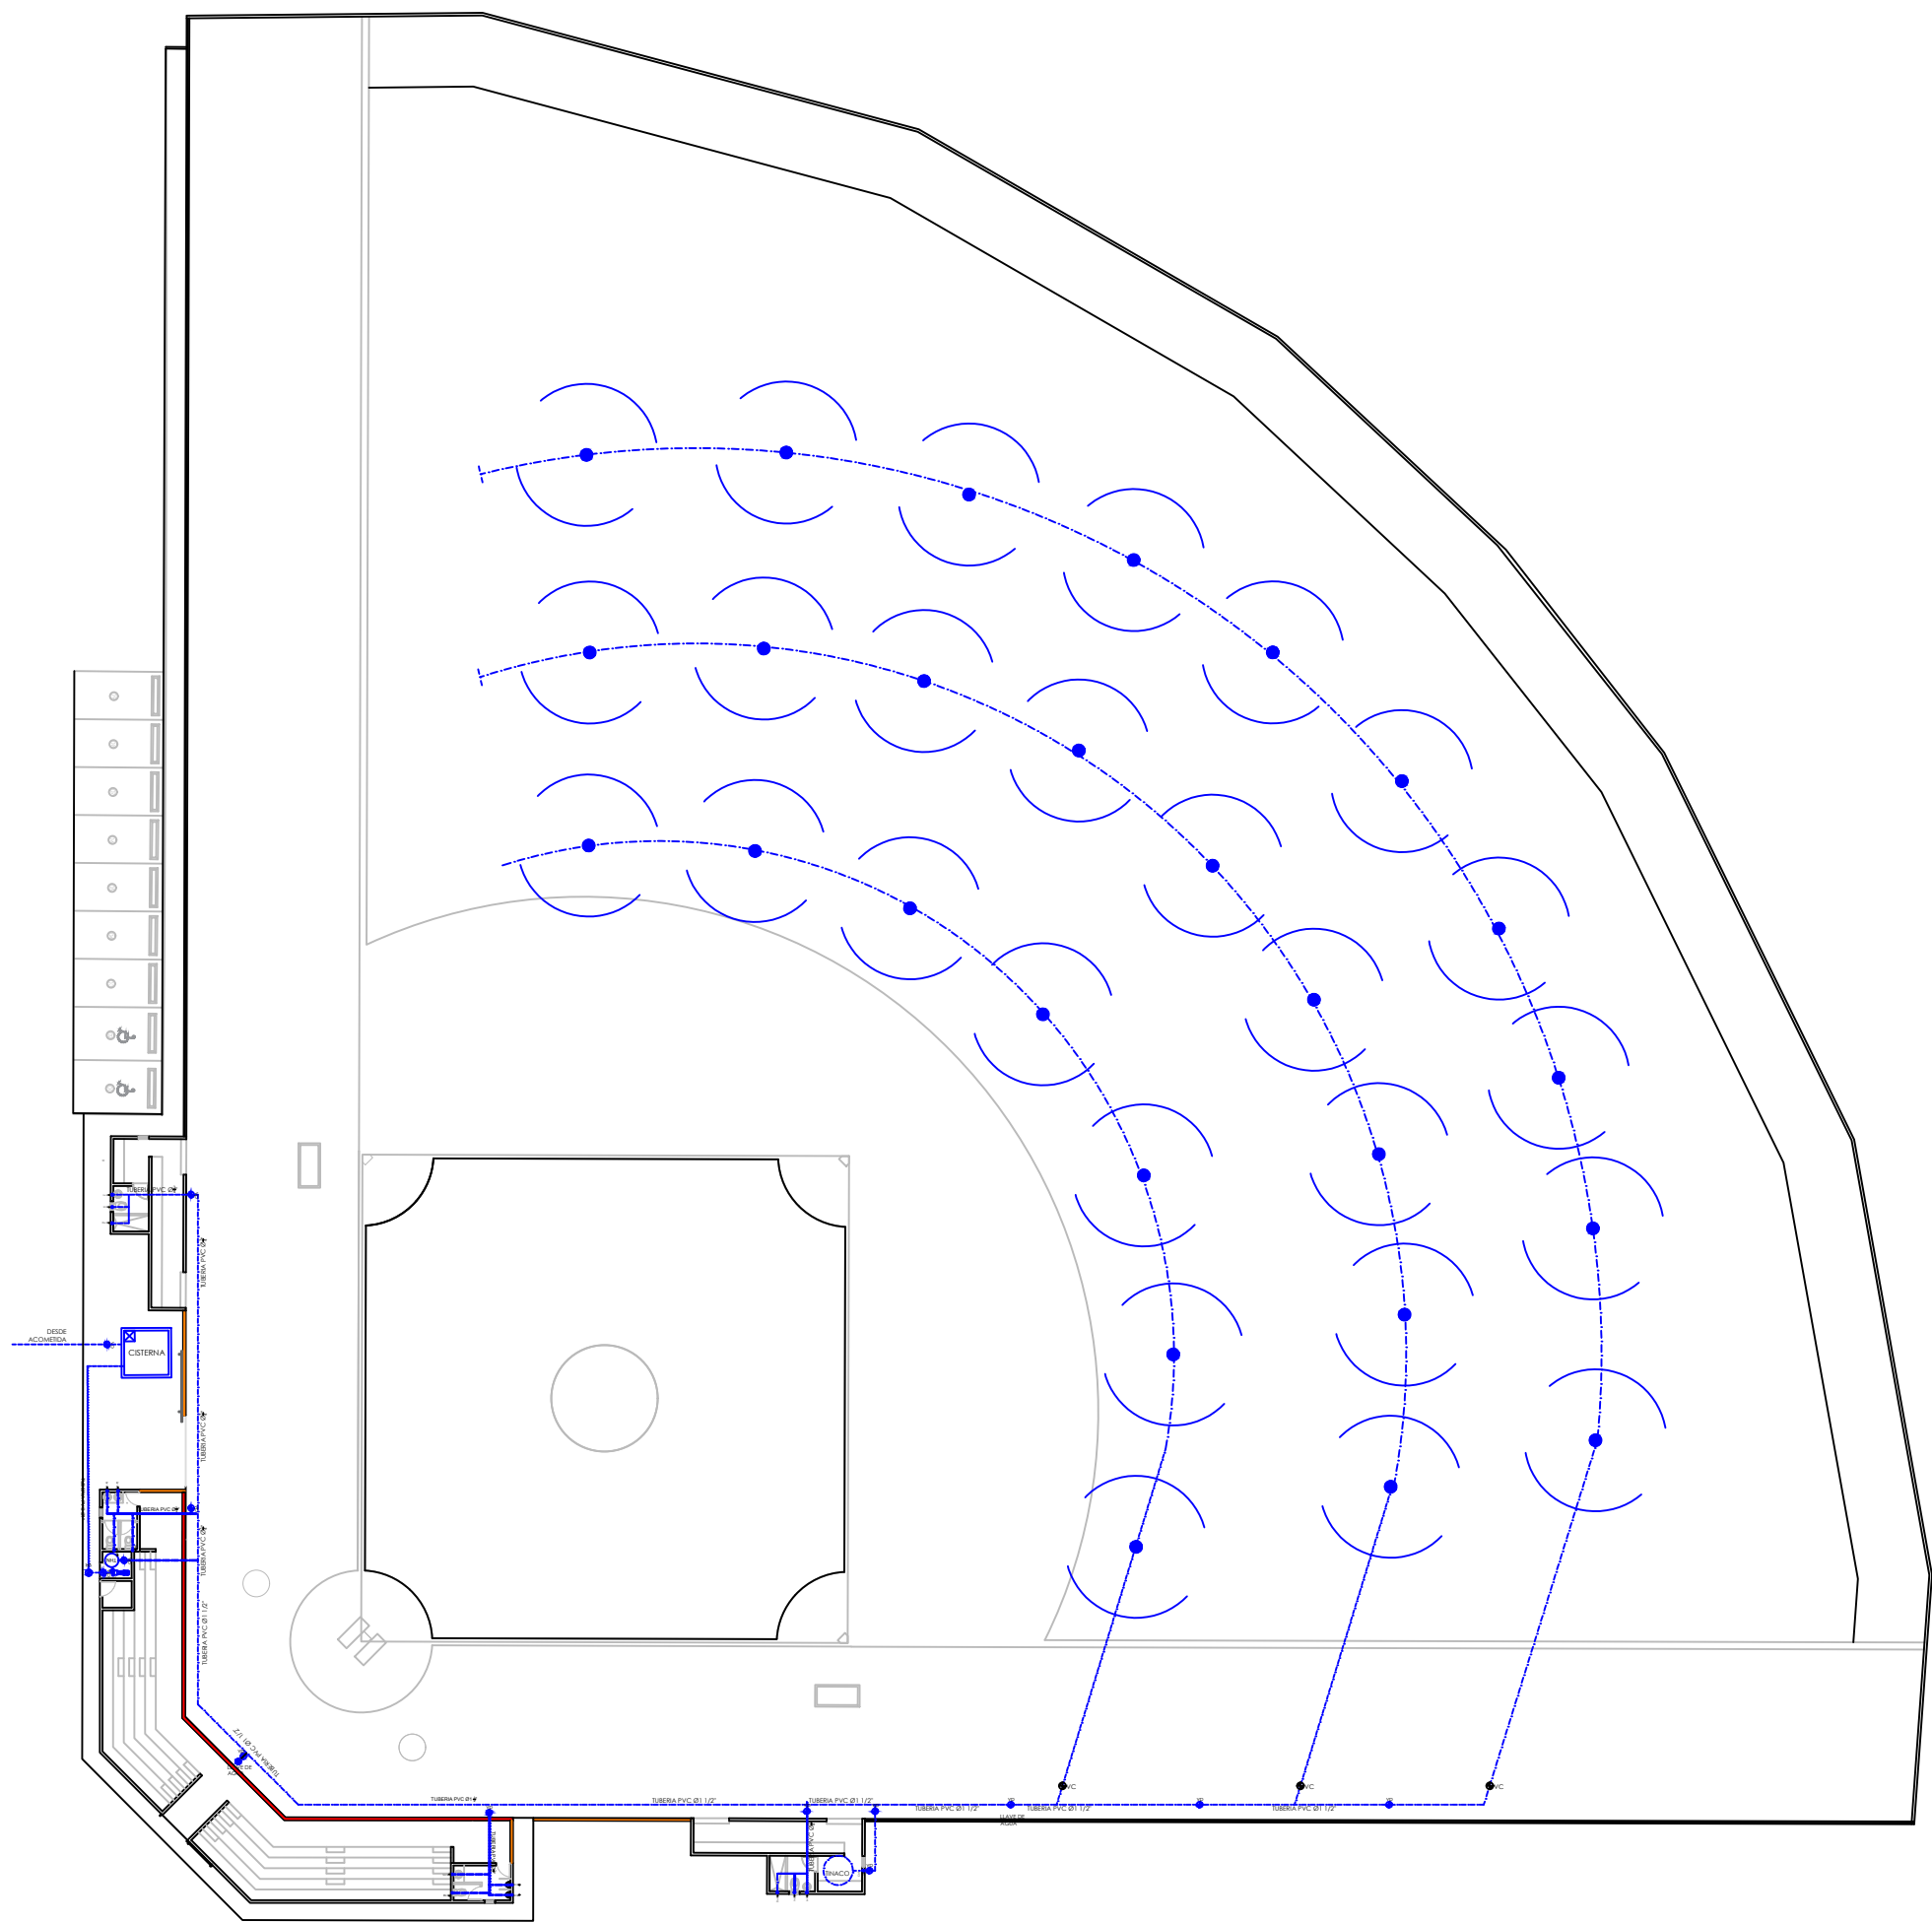


1
00

PLANTA INSTALACIONES SANITARIAS - AGUA POTABLE


ESC. 1:100

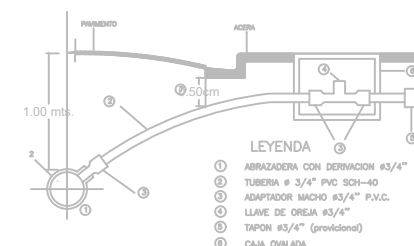

DETALLE DE ACOMETIDA

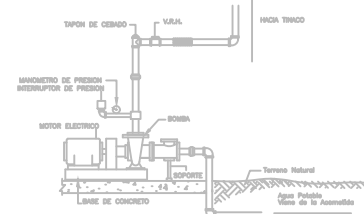


DETALLE EQUIPO DE BOMBEO

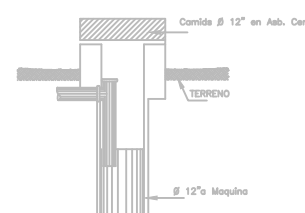

FILTRANTE

LEYENDA SANITARIA					
SÍMBOLO	ABREV.	DESCRIPCION	SÍMBOLO	ABREV.	DESCRIPCION
	i	INODORO		VP	VALVULA DE PASO
	Lm	LAVAMANOS			TUBERIA
	D	DUCHA			ASPERSORES
	Fr	FREGADERO			LLAVE DE AGUA

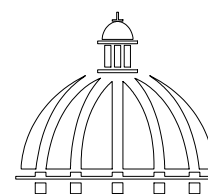

GOBIERNO DE LA
RBPÚBLICA DOMINICANA

DIRECCION DE DESARROLLO
PROVINCIAL
DDP

Ave. Dr. Delgado, Esq. Moises García,
Gazcue, Sto. Dgo., R.D.
TEL.: (809)-364-2189 | FAX.: (809)- 688-1665
E-Mail: info@cpadp.gob.do

PROYECTO:

CONSTRUCCIÓN CAMPO DE BEISBOL
LAS TARANAS
MUNICIPIO VILLA RIVA, PROVINCIA
DUARTE

EQUIPO DE TRABAJO:

DISEÑO ARQUITECTÓNICO
ARQ.

codia 00000

ENC. INGENIERÍA
ING. FIOR DALIZA BONIFACIO
codia 00000

ESTRUCTURAL
ING. Leopoldo Berroa
codia 00000

ELÉCTRICO
ING. Juan Pérez
codia 00000

HIDRO-SANITARIO
ING. Francis Estévez
codia 00000

SELLO DE APROBACIÓN:

FECHA:



CONTENIDO:
PLANTA INSTALACIONES
SANITARIAS AGUA POTABLE

ESCALA:
1:100


SEPTIEMBRE 2026

NO. PÁGINA:

005

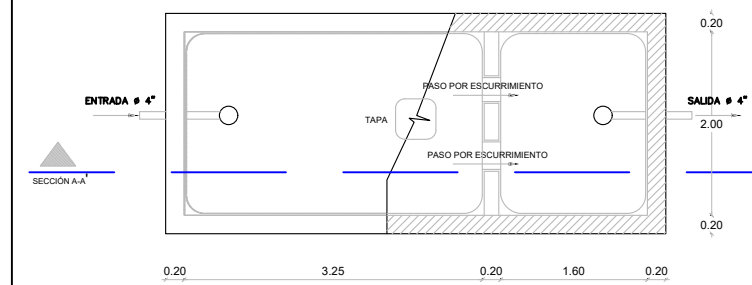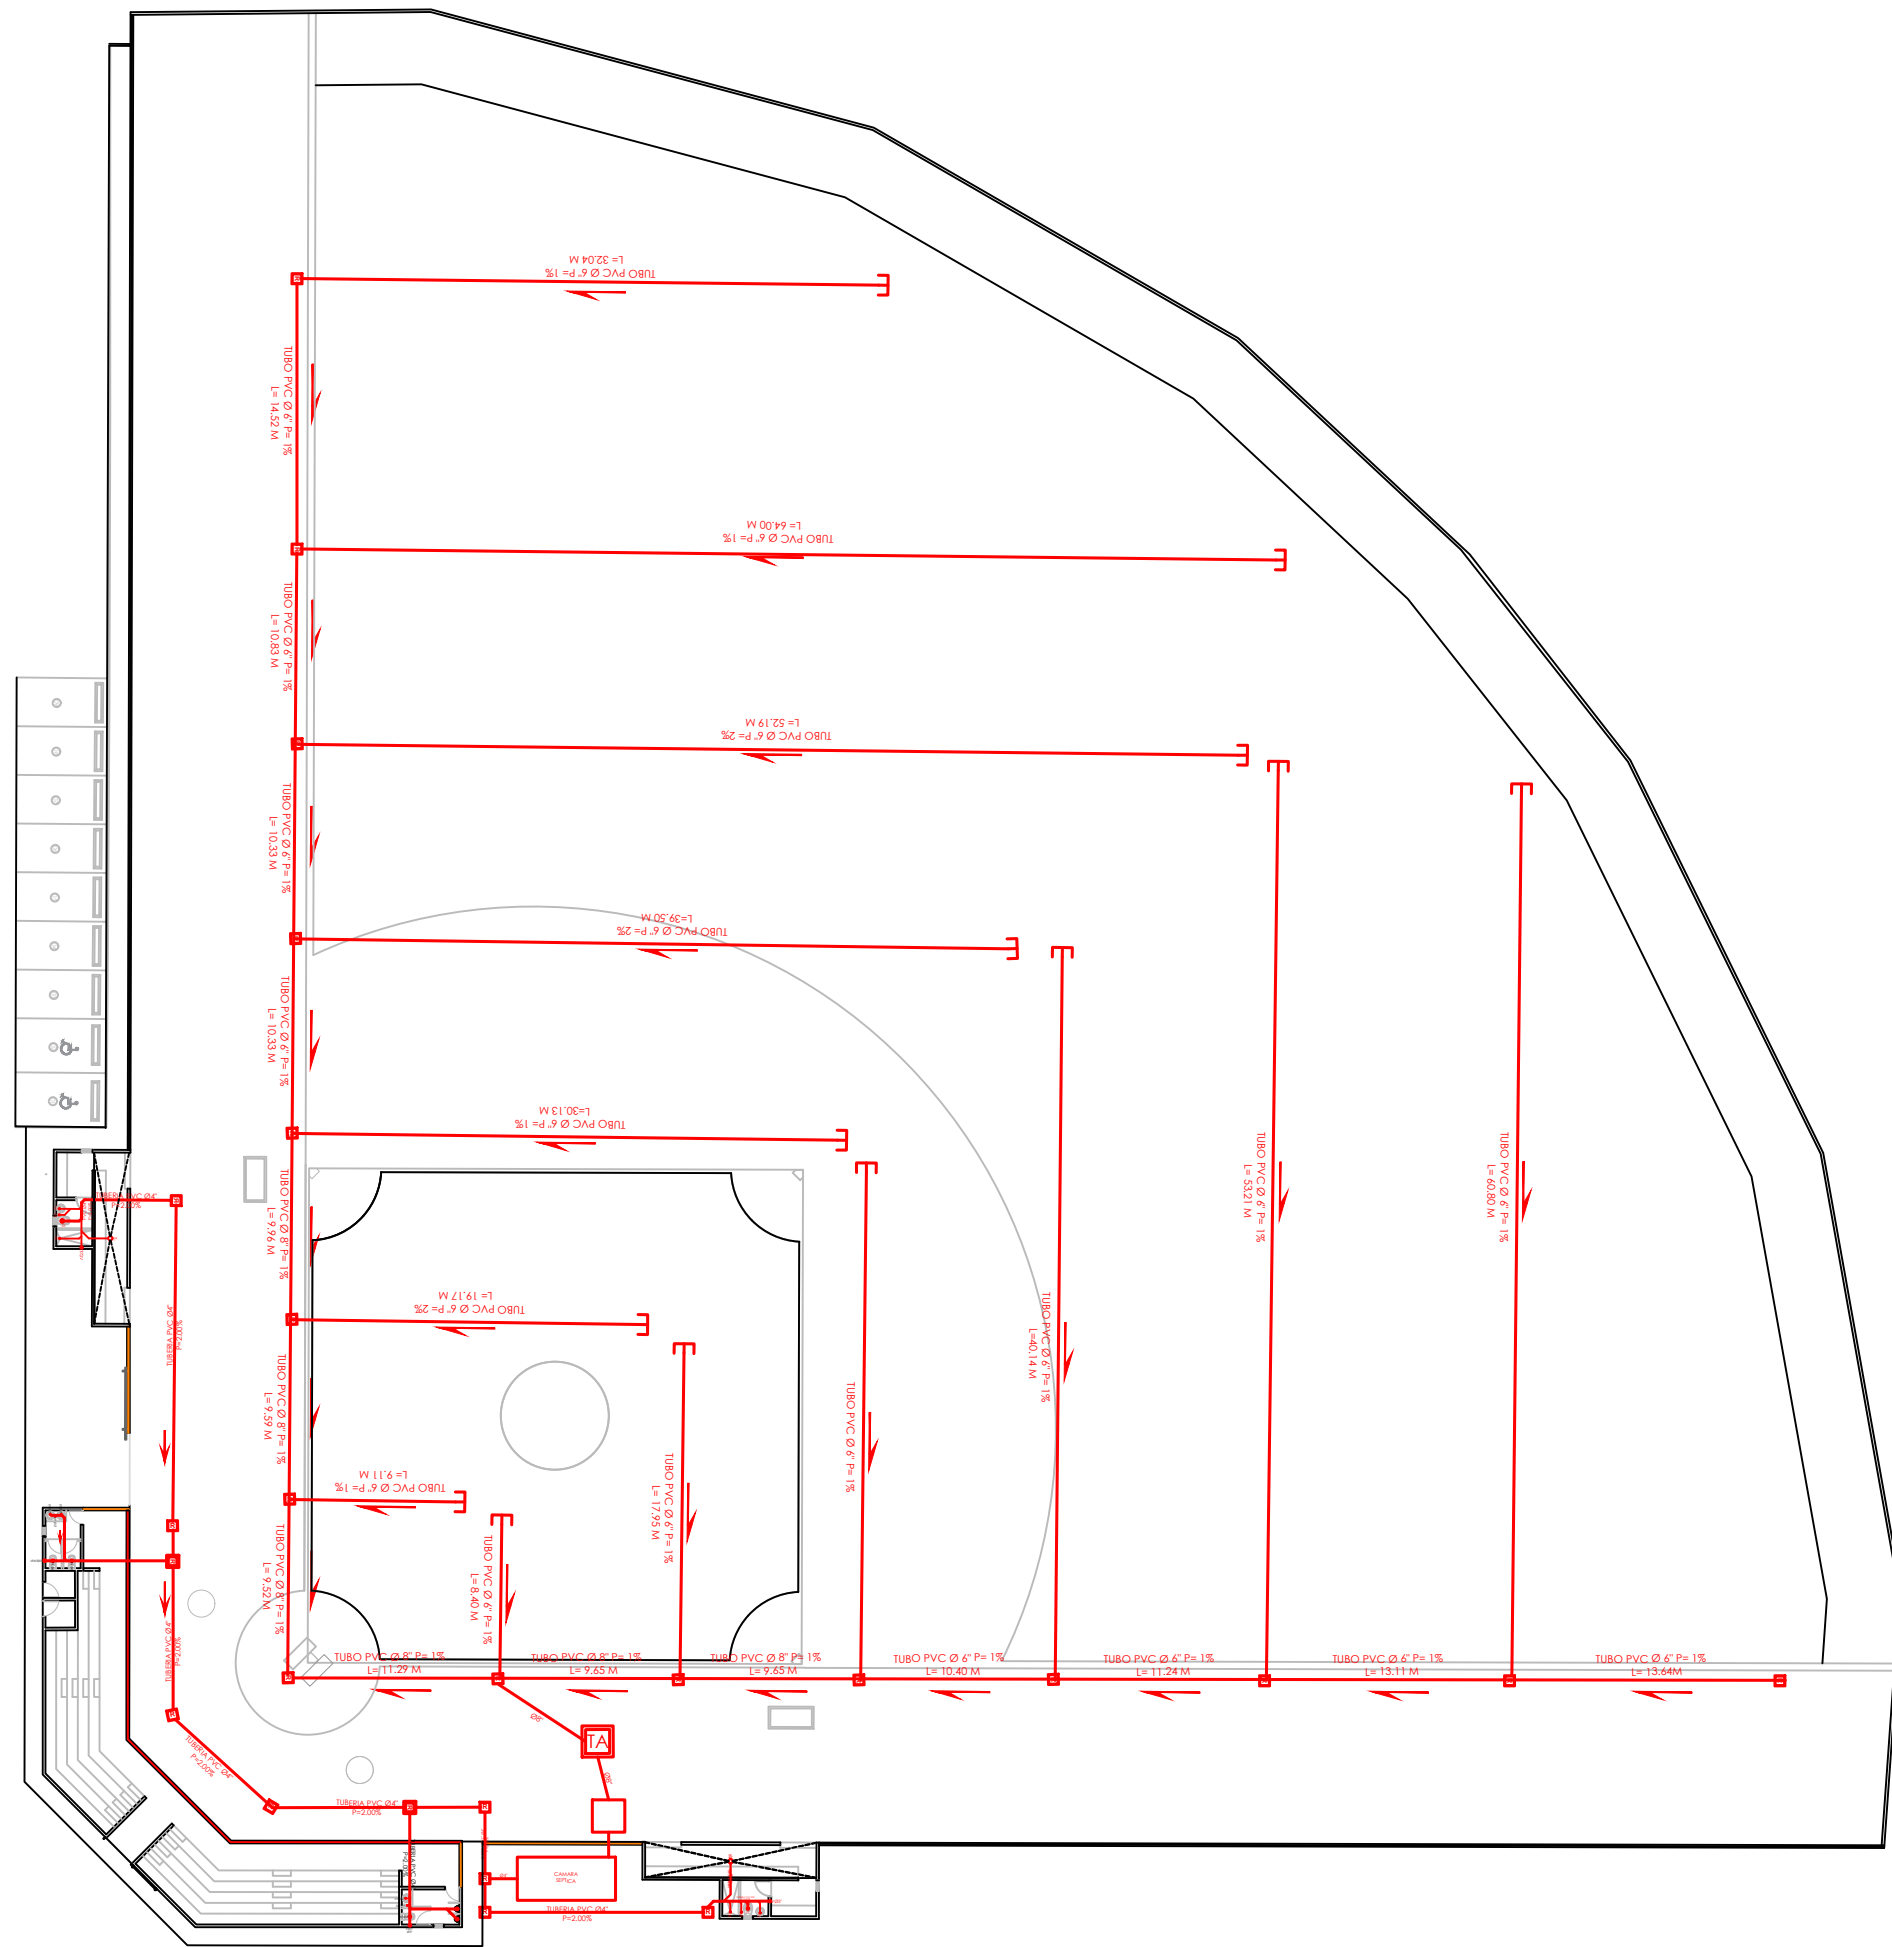


PLANTA

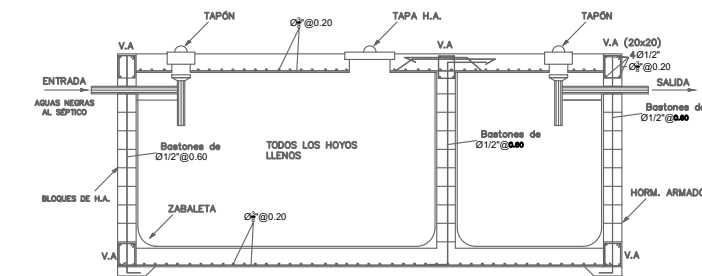


SECCIÓN A-A

DETALLE REGISTRO

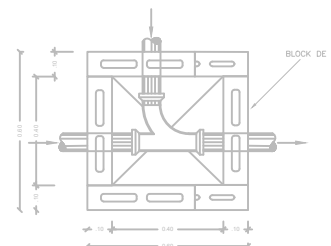


DETALLE TRAMPA DE ARENA

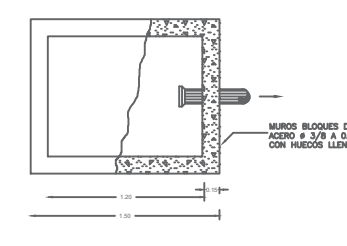


PLANTA

PLANTA

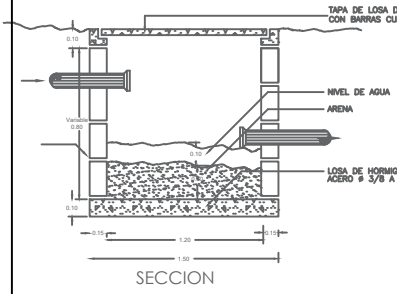


PLANTA

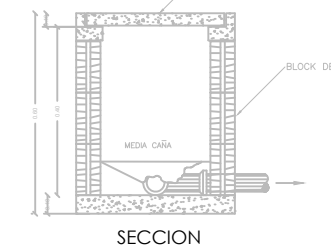


SECCION

DRENAJE CANALES RECOLECTORES DE AGUA PLUVIAL TERRENO DE JUEGO

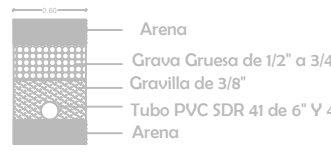

- NOTA
- TODAS LAS TUBERIAS A USAR EN LOS SISTEMAS DE DESAGUES DE AGUA POTABLE, AGUAS NEGRAS Y PLUVIAL SERAN DE P.V.C
 - LA PENDIENTE DE LAS TUBERIAS DEL SISTEMA DE DESAGUE DE AGUAS NEGRAS SERAN DE 2%
 - LAS TUBERIAS DE VENTILACION SUBIRAN 0.30 M SOBRE EL NIVEL DE TECHO
 - TUBERIA DE DRENAJE PLUVIAL PARA EL TERRENO DE JUEGO, TUBO DE 6\"/>
 - LAS TUBERIAS DE DRENAJE PLUVIAL EN PVC DEBEN SER RECUBIERTAS CON UNA MALLA GEOTEXTIL

LEYENDA SANITARIA					
SIMBOLO	ABREV.	DESCRIPCION	SIMBOLO	ABREV.	DESCRIPCION
	i	INODORO			REGISTRO
	Lm	LAVAMANOS			TUBERIA
	D	DUCHA			TRAMPA DE ARENA
	Fr	FREGADERO			CAMARA SEPTICA

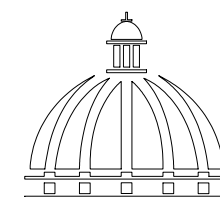

GOBIERNO DE LA
REPÚBLICA DOMINICANA

DIRECCION DE DESARROLLO
PROVINCIAL
DDP

Ave. Dr. Delgado, Esq. Moises García,
Gazcue, Sto. Dgo., R.D.
TEL.: (809)-364-2189 | FAX.: (809)- 688-1665
E-Mail: info@cpadp.gob.do

PROYECTO:

CONSTRUCCIÓN CAMPO DE BEISBOL
LAS TARANAS
MUNICIPIO VILLA RIVA, PROVINCIA
DUARTE

EQUIPO DE TRABAJO:

DISEÑO ARQUITECTÓNICO
ARQ.

codia 00000

ENC. INGENIERÍA

ING. FIOR DALIZA BONIFACIO
codia 00000

ESTRUCTURAL

ING. Leopoldo Berroa
codia 00000

ELÉCTRICO

ING. Juan Pérez
codia 00000

HIDRO-SANITARIO

ING. Francis Estévez
codia 00000

SELLO DE APROBACIÓN:

FECHA:

CONTENIDO:

PLANTA INSTALACIONES
SANITARIAS AGUAS NEGRAS

ESCALA:

1:100

SEPTIEMBRE 2026

NO. PÁGINA:

006

PROYECTO:
**CONSTRUCCIÓN CAMPO DE BEISBOL
LAS TARANAS
MUNICIPIO VILLA RIVA, PROVINCIA
DUARTE**

EQUIPO DE TRABAJO:
DISEÑO ARQUITECTÓNICO
ARQ. _____
codia 00000

ENC. INGENIERÍA
ING. FIOR DALIZA BONIFACIO
codia 00000

ESTRUCTURAL
ING. Leopoldo Berroa
codia 00000

ELÉCTRICO
ING. Juan Pérez
codia 00000

HIDRO-SANITARIO
ING. Francis Estévez
codia 00000

SELLO DE APROBACIÓN:


FECHA: _____

CONTENIDO:
**PLANTA INSTALACIONES
ELECTRICAS**

ESCALA:
1:100

SEPTIEMBRE 2026

NO. PÁGINA:
007

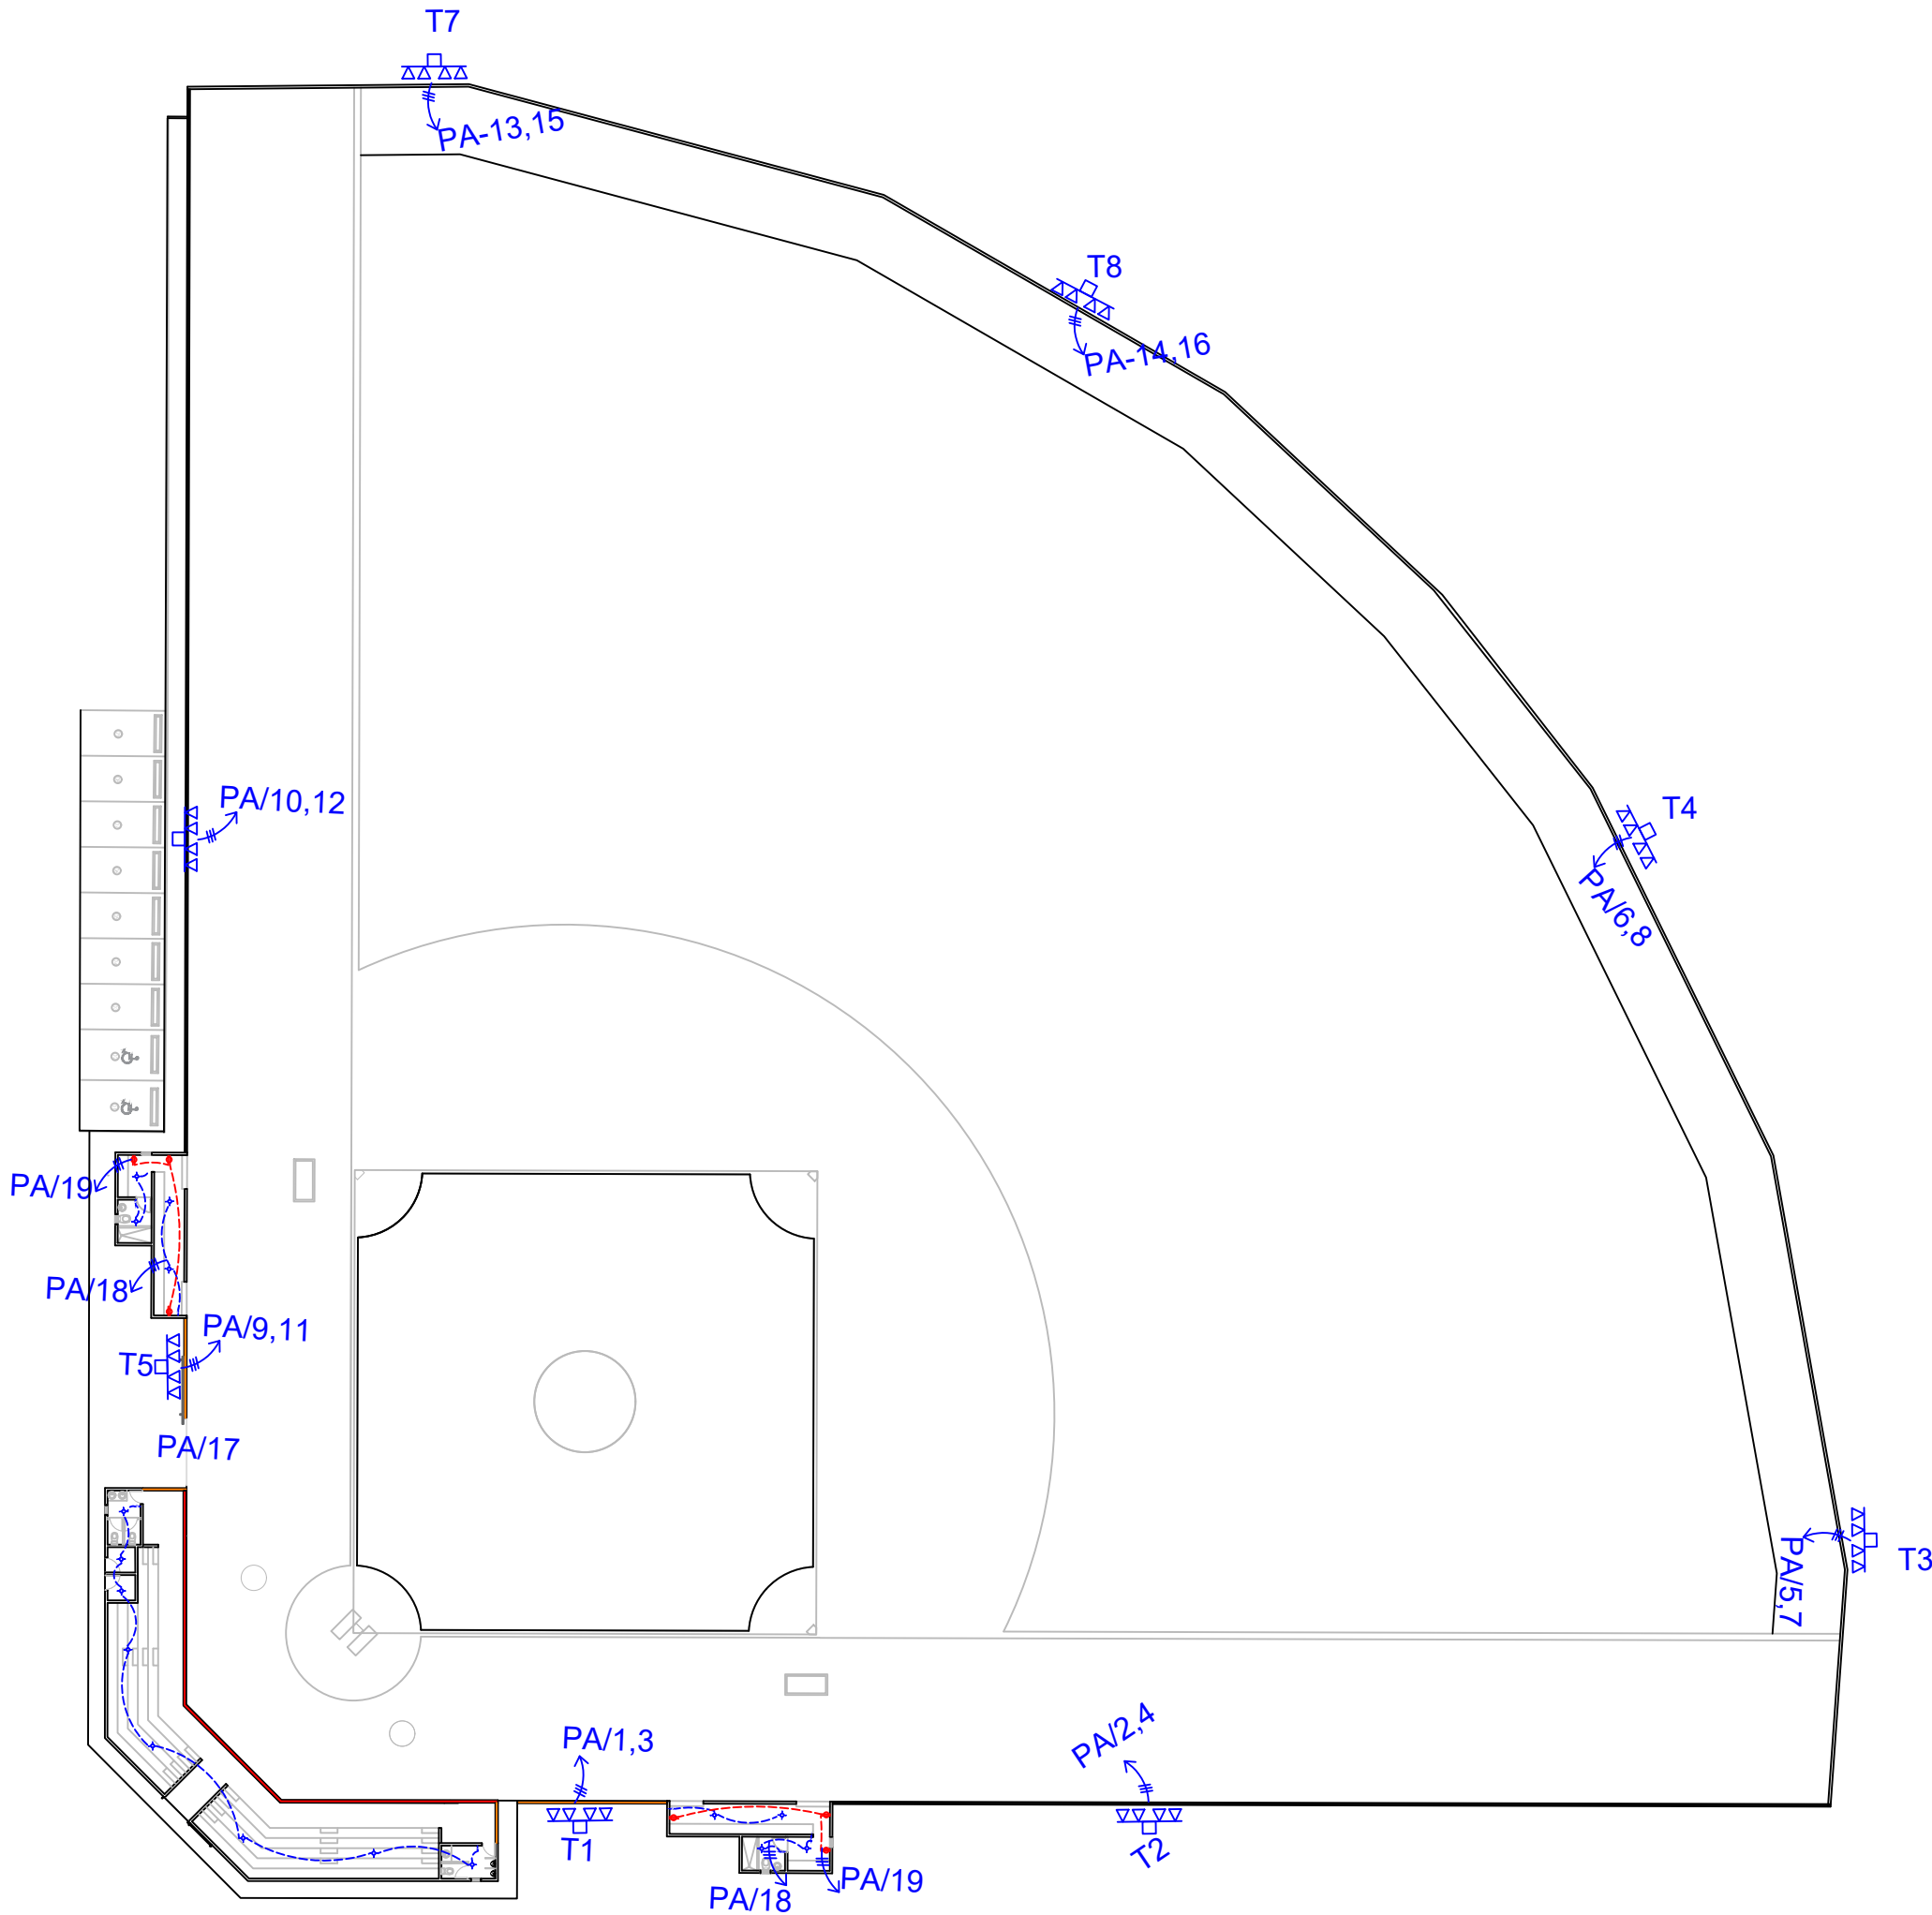

LEYENDA	
SIMBOLOGÍA	NOMBRE
	Luces de Techo
	Luces colgante tipo campana
	Lampara flouir 4x4
	Lampara flouir 2x4
	Luces de Pared
	Interruptores sencillo, 15A, 120V
	Interruptores doble, 15A, 120V
	Interruptores triple, 15A, 120V
	Interruptores 3 Way, 15A, 120V
	Interruptores 4 Way, 15A, 120V
	Interruptores Con luz piloto, 15A, 120V
	Poste Hormigon Armado 50' con escalerilla lampara MH, 1500W, 240 V
	Toma Corriente 120V, Doble, 20A
	Toma Corriente 240V, Sencillo, 30A
	Toma Corriente 120 de UPS, Doble, 20A
	Teléfono
	Antena de Televisión
	Data
	Hacia el Panel con 2 hilos
	Hacia el Panel con 3 hilos
	Tubería Empotrada en Losa
	Tubería Empotrada en Tierra
	Panel de Distribución Eléctrica
	Panel Board
	Breaker
	Registro
	Medidor o contador
	Transformador
	Abanico de Techo
	Equipos Eléctricos
	Transfer Switch
	Módulo de Contador
	Enclosed Breaker
	Tubería Empotrada con 3 hilos
	Inversor, UPS

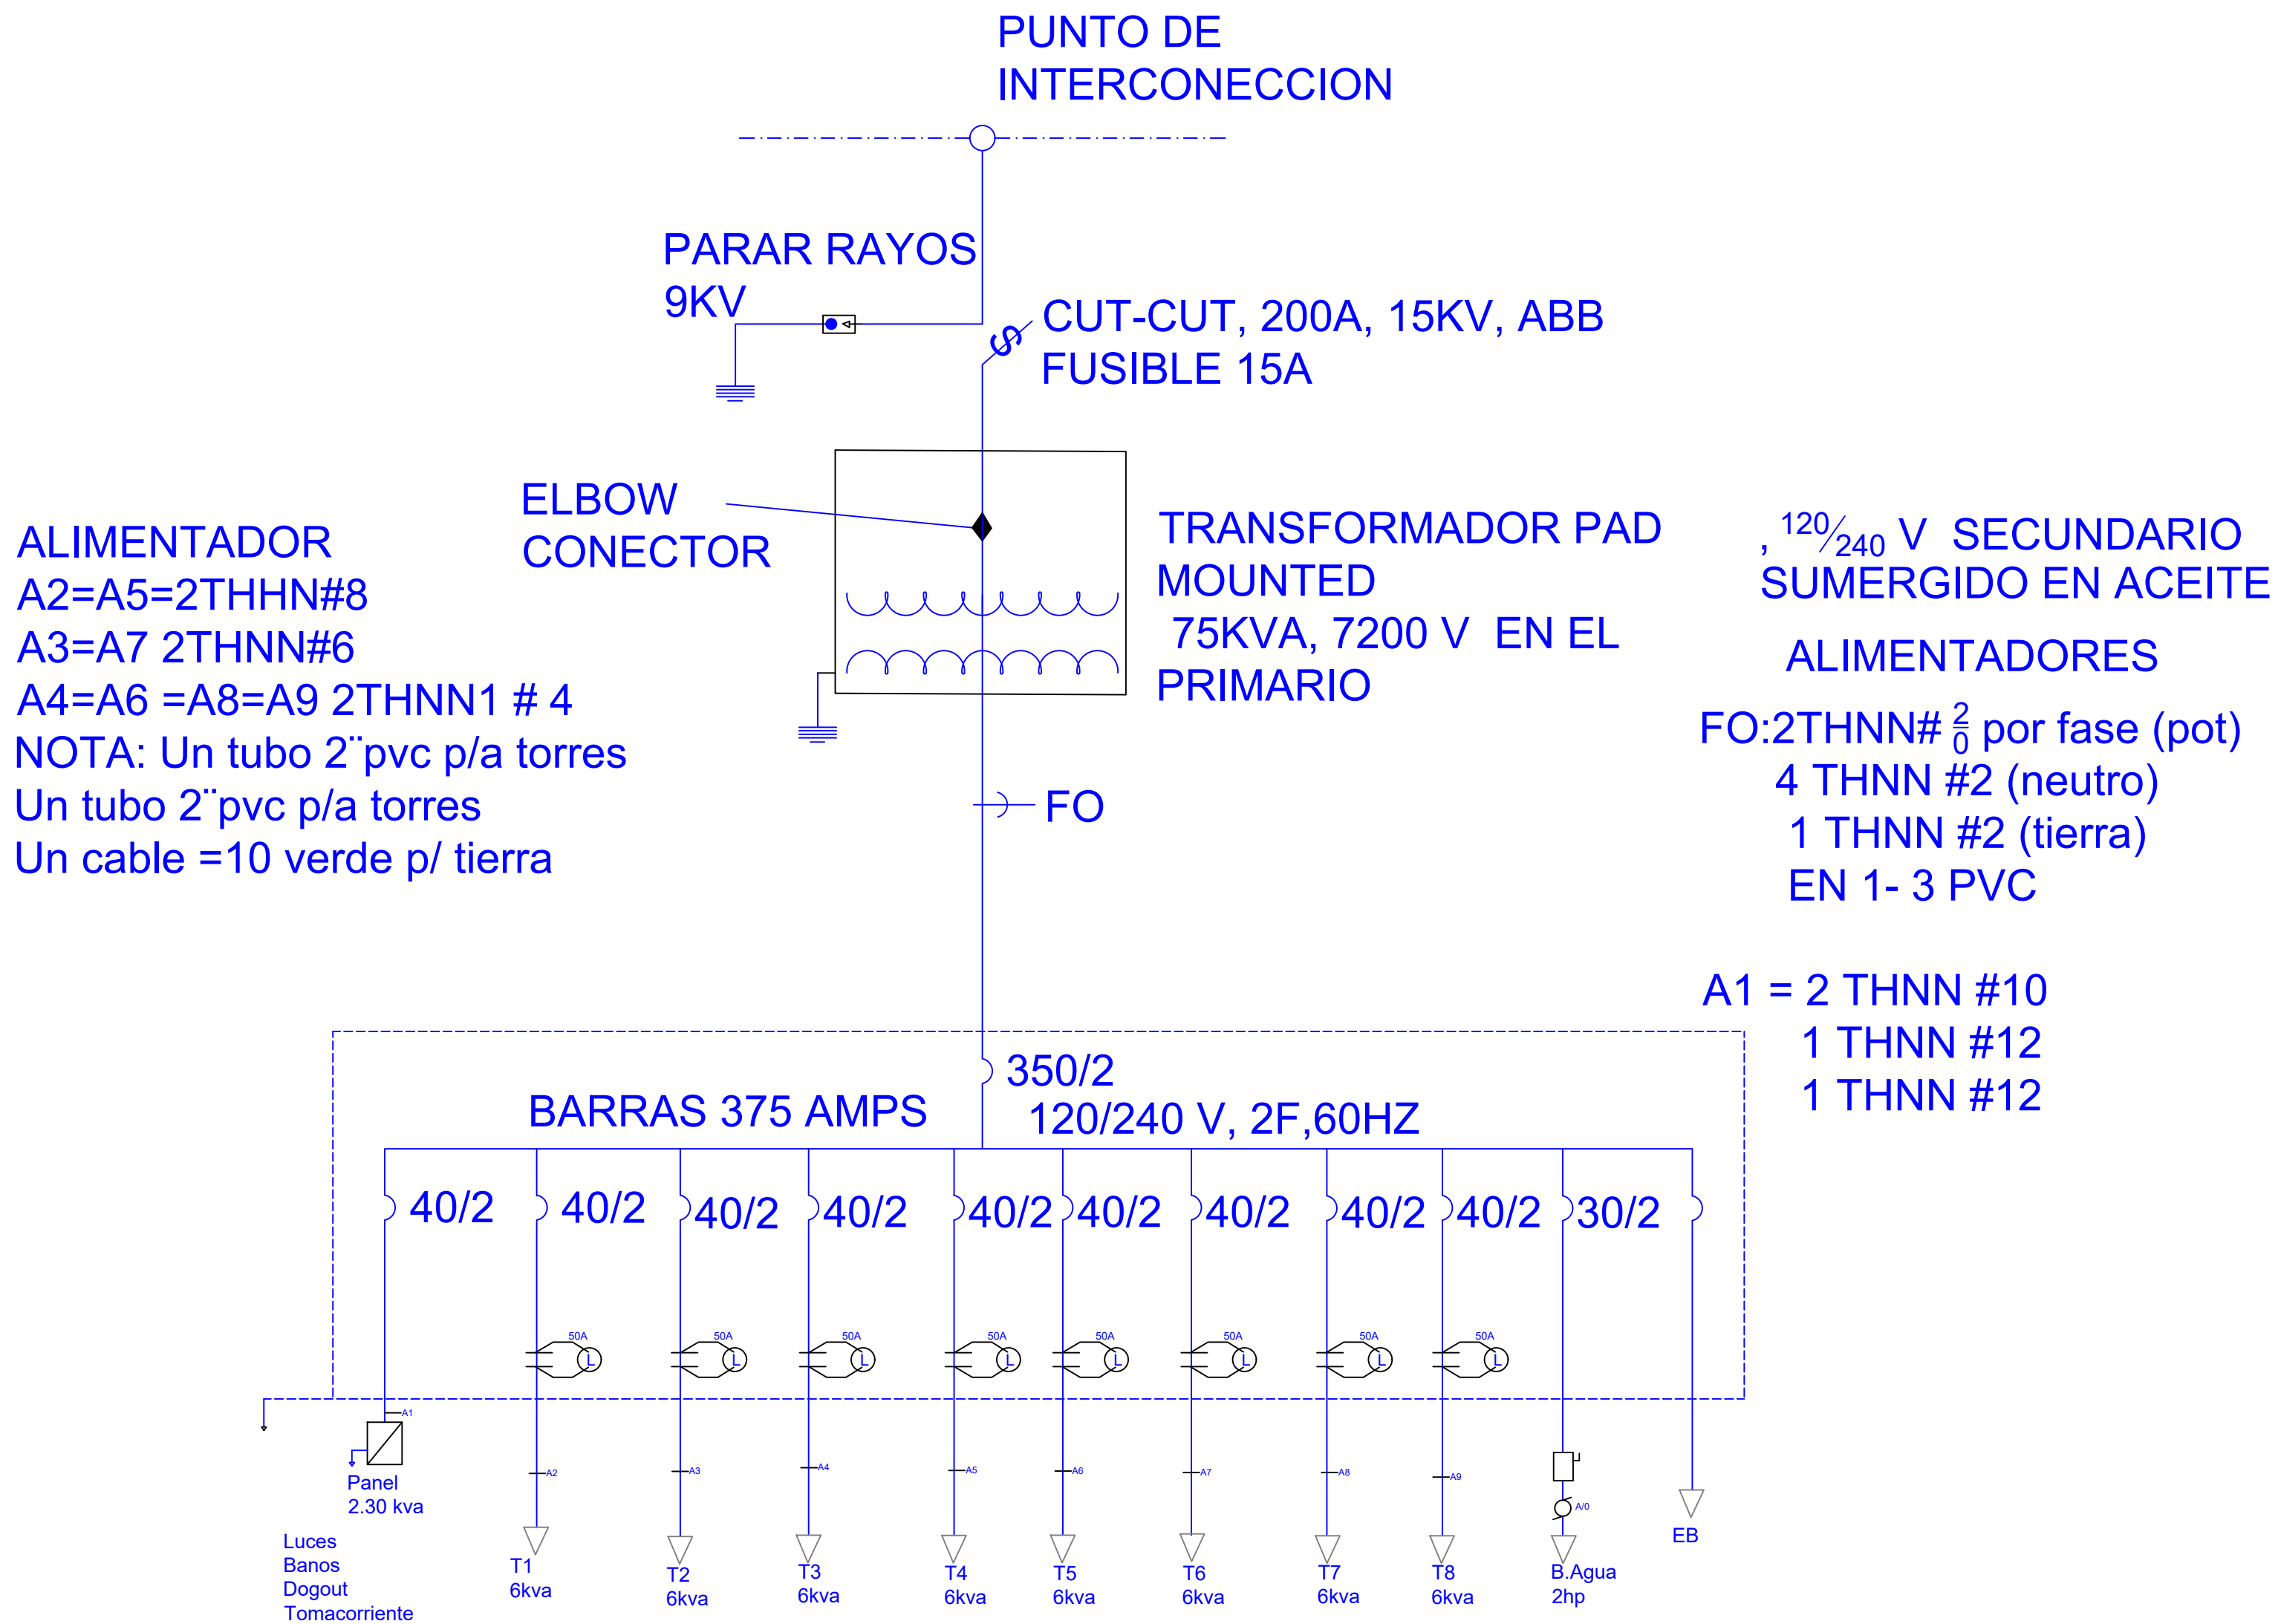


DIAGRAMA UNIFILAR
ESC. N/E

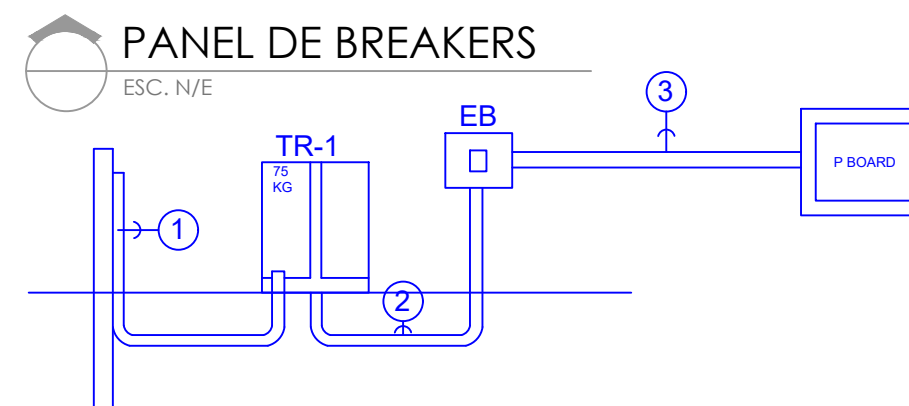


DIAGRAMA UNIFILAR

N/A

PROYECTO:
**CONSTRUCCIÓN CAMPO DE BEISBOL
LAS TARANAS
MUNICIPIO VILLA RIVA, PROVINCIA
DUARTE**

EQUIPO DE TRABAJO:

DISEÑO ARQUITECTÓNICO
ARQ.
codia 00000

ENC. INGENIERÍA
ING. FIOR DALIZA BONIFACIO
codia 00000

ESTRUCTURAL
ING. Leopoldo Berroa
codia 00000

ELÉCTRICO
ING. Juan Pérez
codia 00000

HIDRO-SANITARIO
ING. Francis Estévez
codia 00000

SELLO DE APROBACIÓN:

FECHA:


CONTENIDO:

ESCALA:

SEPTIEMBRE 2026

NO. PÁGINA:

008

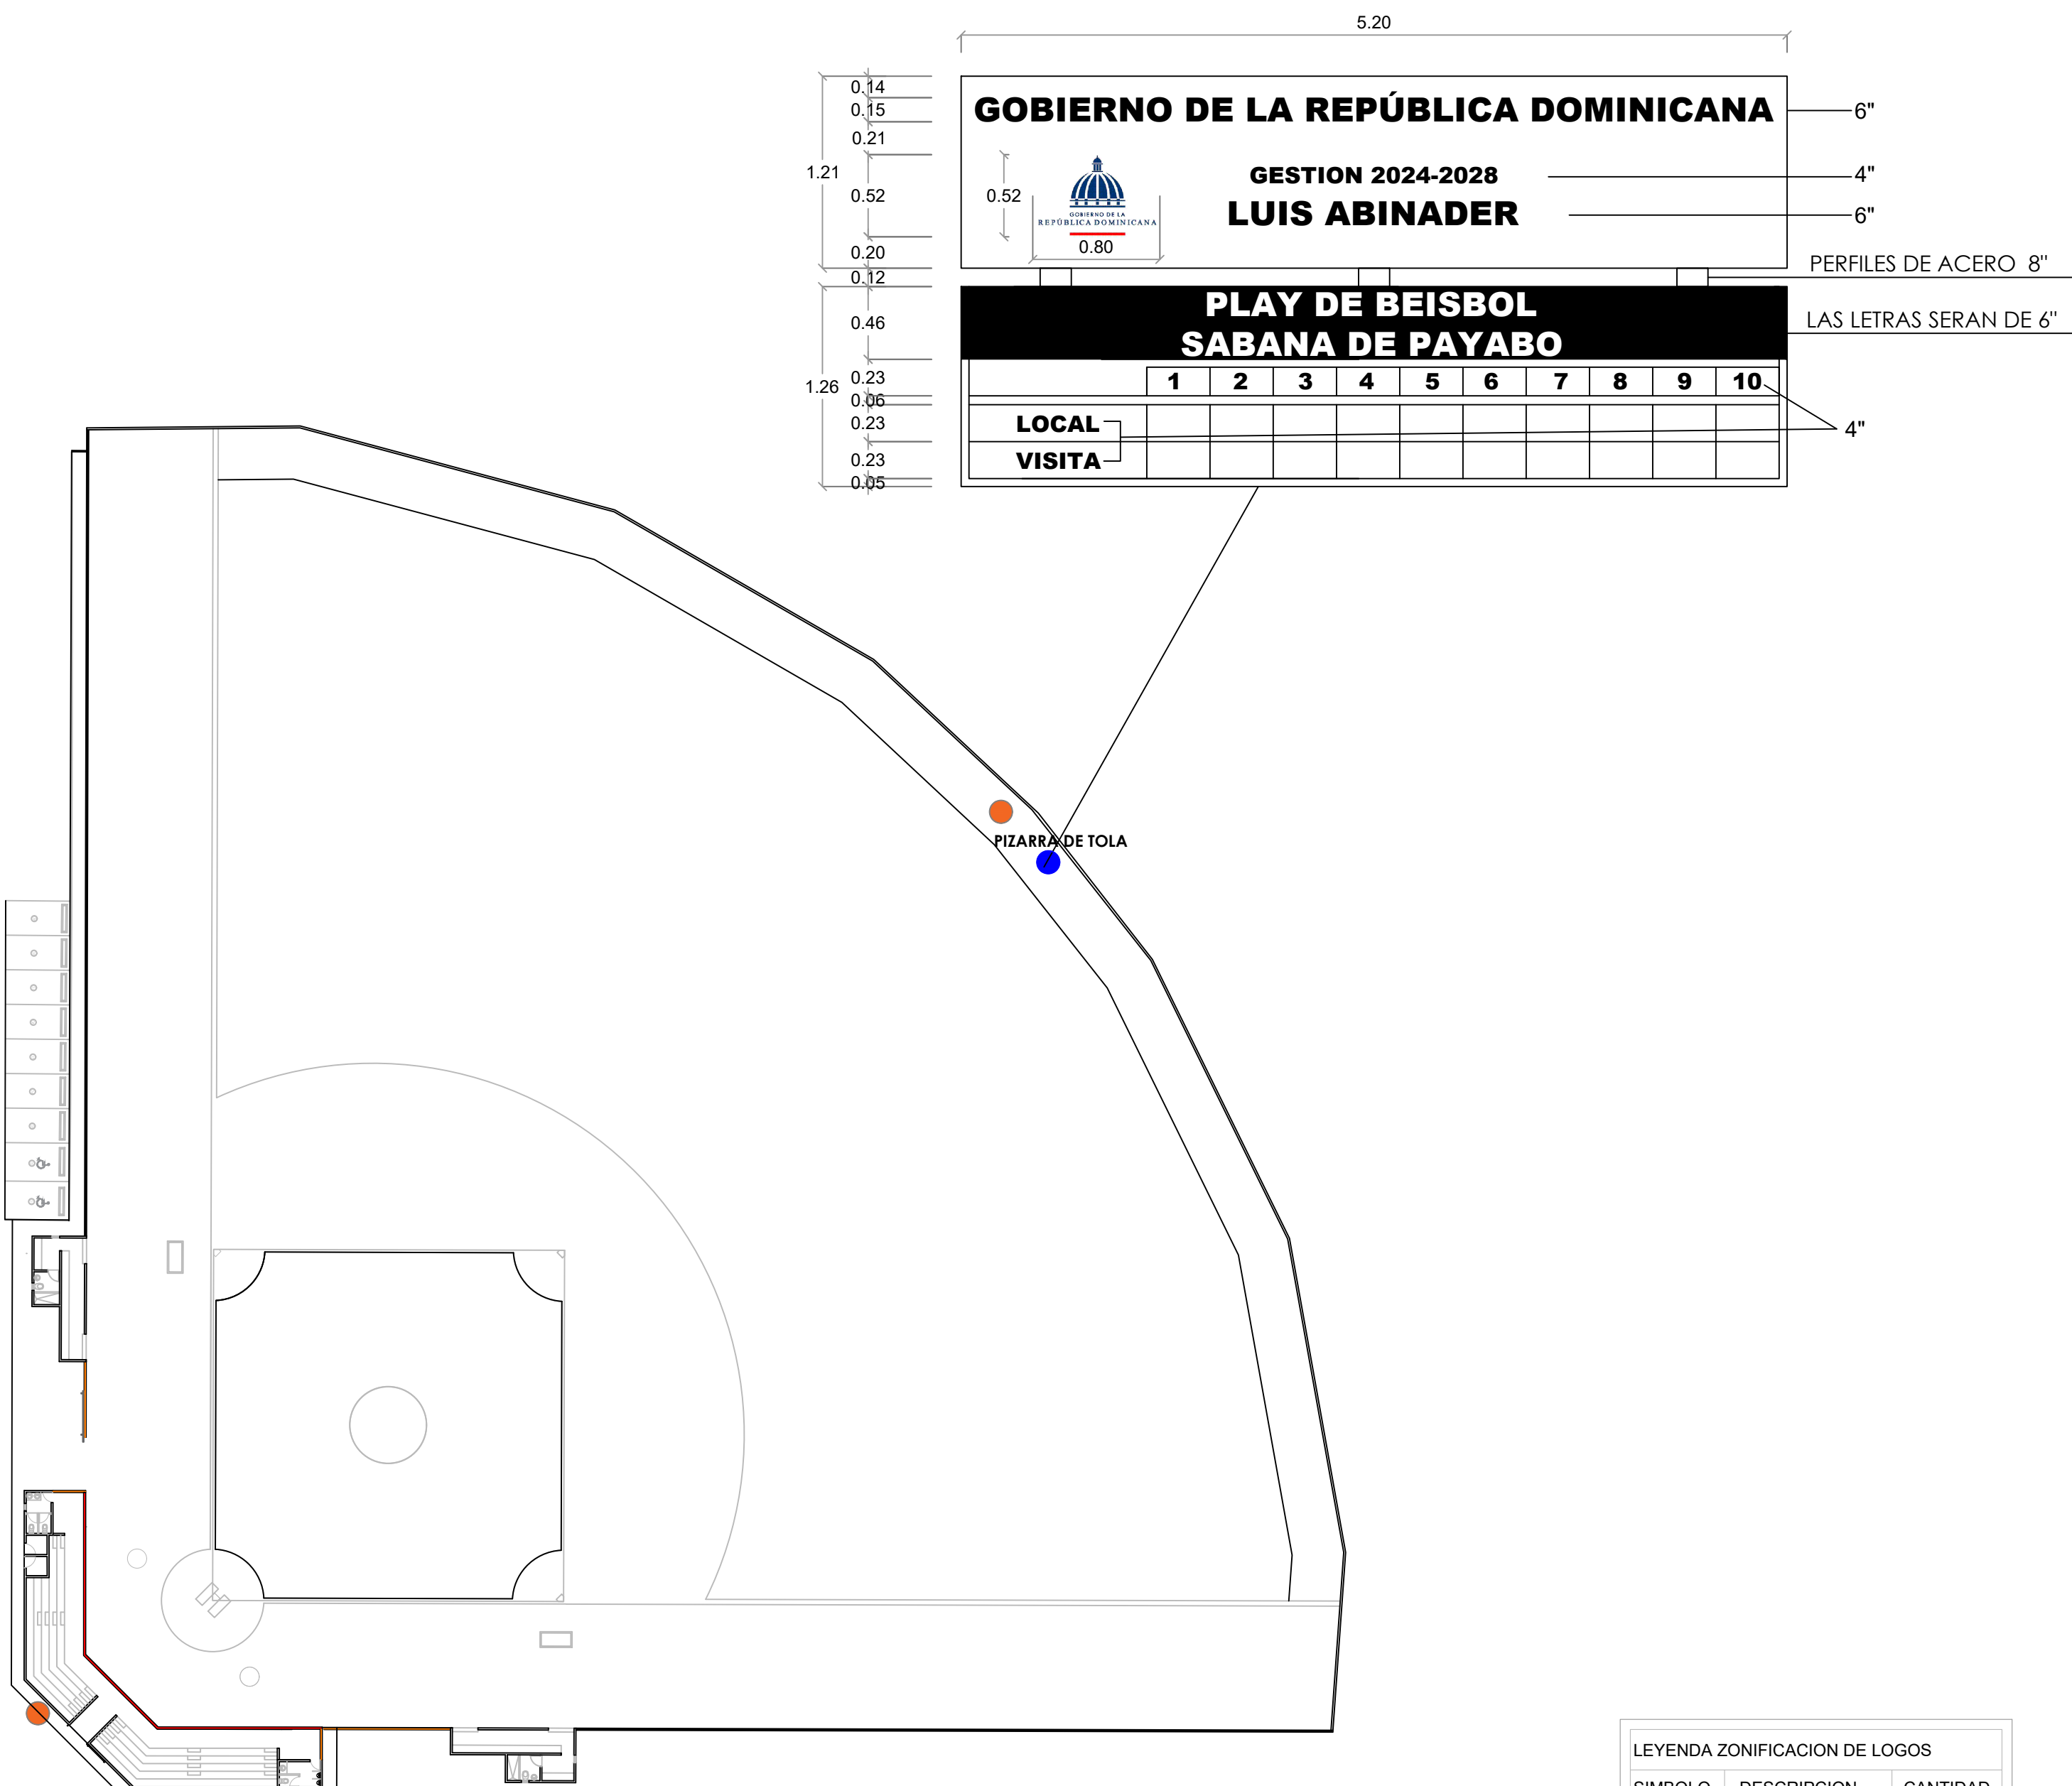

GOBIERNO DE LA REPÚBLICA DOMINICANA


GESTION 2024-2028

LUIS ABINADER

PLAY DE BEISBOL SABANA DE PAYABO										
	1	2	3	4	5	6	7	8	9	10
LOCAL										
VISITA										

LEYENDA ZONIFICACION DE LOGOS		
SIMBOLO	DESCRIPCION	CANTIDAD
●	LOGOS	2

NOTA: CADA LOGO TENDRA DE DIAMETRO 1.20 M
ESTA CENTRALIZADO RESPECTO AL ESPACIO
DONDE SE UBICA, ESTO ES DE ACUERDO AL
ANCHO Y AL ALTO DEL AREA

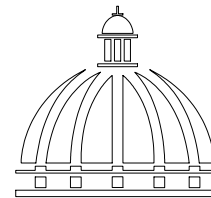

GOBIERNO DE LA
REPÚBLICA DOMINICANA

DIRECCION DE DESARROLLO
PROVINCIAL
DDP

Ave. Dr. Delgado, Esq. Moises García,
Gazcue, Sto. Dgo., R.D.
TEL.: (809)-364-2189 | FAX.: (809)- 688-1665
E-Mail: info@cpadp.gob.do

PROYECTO:

CONSTRUCCIÓN CAMPO DE BEISBOL
LAS TARANAS
MUNICIPIO VILLA RIVA, PROVINCIA
DUARTE

- EQUIPO DE TRABAJO:
- DISEÑO ARQUITECTÓNICO
ARQ.
codia 00000
- ENC. INGENIERÍA
ING. FIOR DALIZA BONIFACIO
codia 00000
- ESTRUCTURAL
ING. Leopoldo Berroa
codia 00000
- ELÉCTRICO
ING. Juan Pérez
codia 00000
- HIDRO-SANITARIO
ING. Francis Estévez
codia 00000

SELLO DE APROBACIÓN:

FECHA:

CONTENIDO:

DETALLE UBICACION
LOGOS Y PIZARRA


ESCALA:

1:100


SEPTIEMBRE 2026

NO. PÁGINA:


009

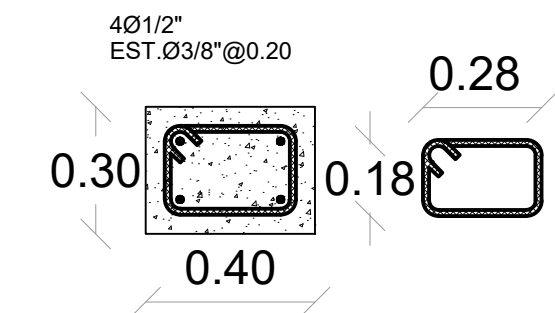


SECCION COLUMNA CA
Columna de amarre @ 3m
Esc. 1:50

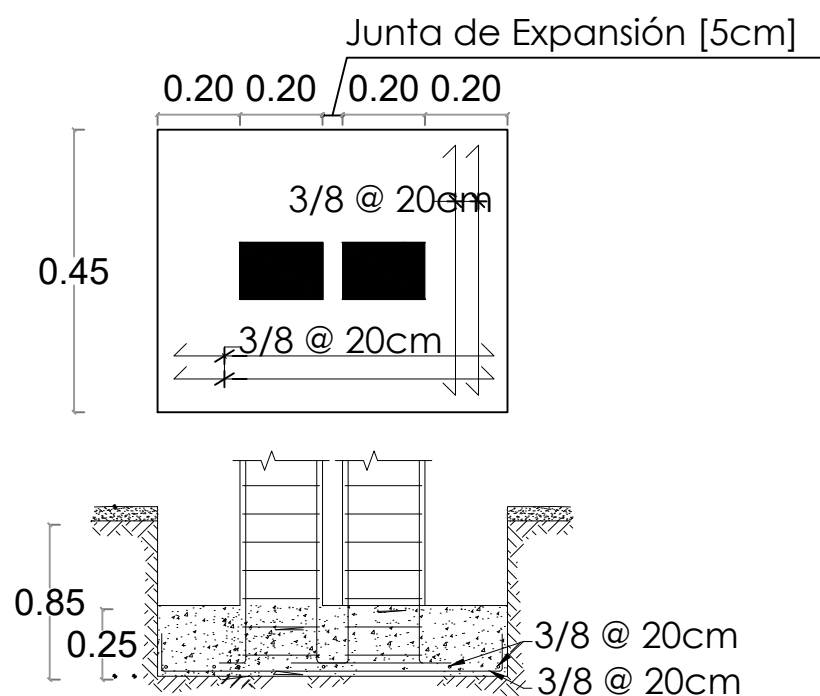


DETALLE ZAPATA COLUMNA EN JUNTA DE EXPANSIÓN
Una junta de expansión c/18m (cada 6 col. de amarre)

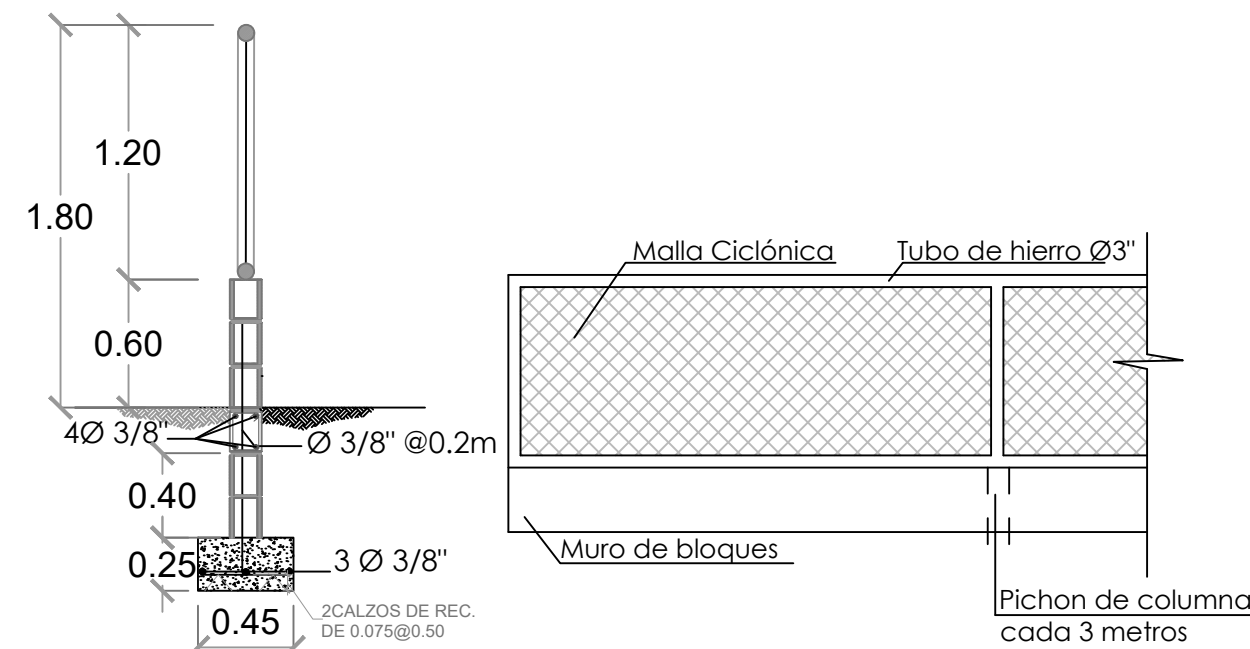


MURO DE BLOQUES Y MALLA CICLÓNICA
H=1.80 M L= 159.36 M

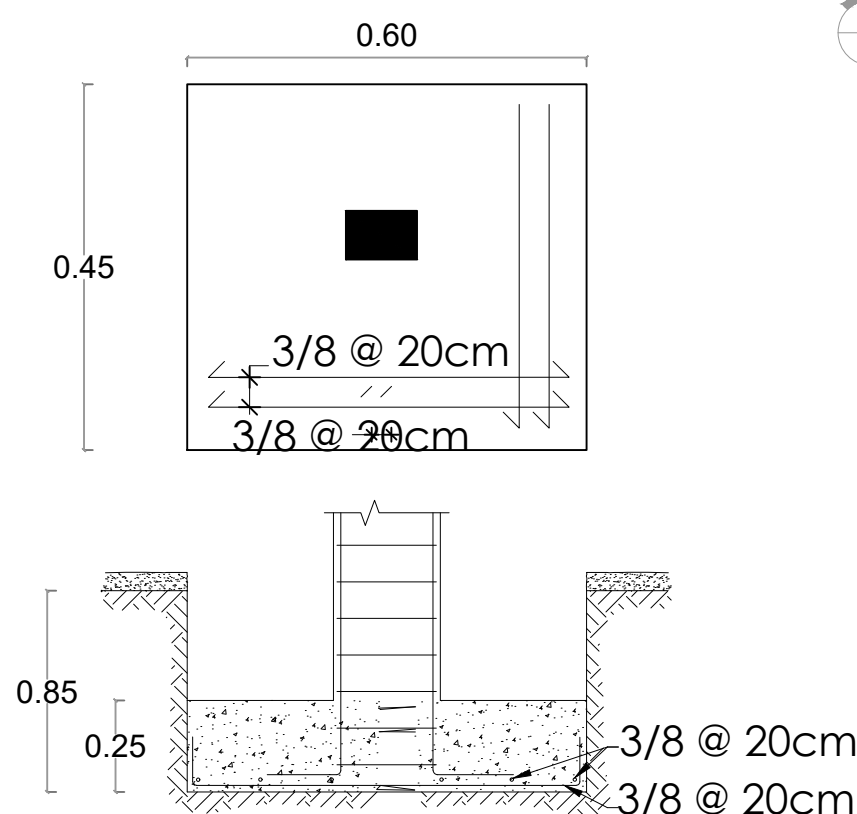


DETALLE ZAPATA COLUMNA CA

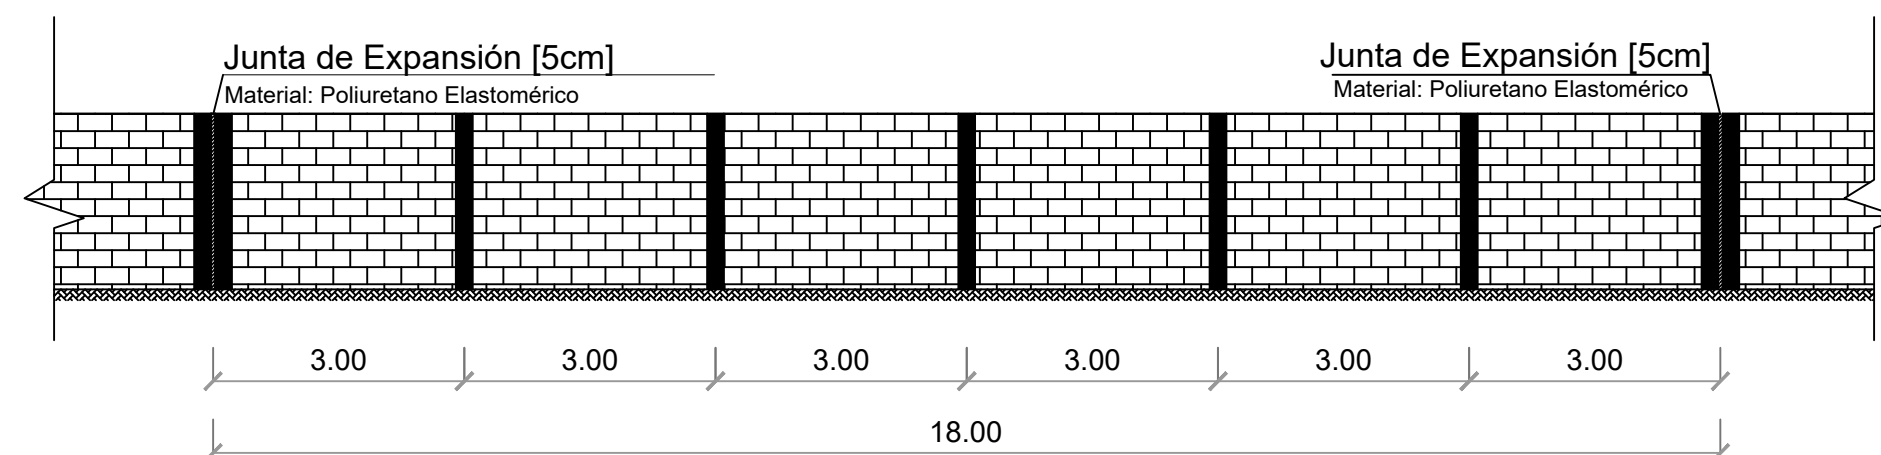


ELEVACIÓN VERJA DE BLOQUES C/ JUNTA DE EXPANSIÓN
Una junta de expansión c/18m (cada 6 col. de amarre)

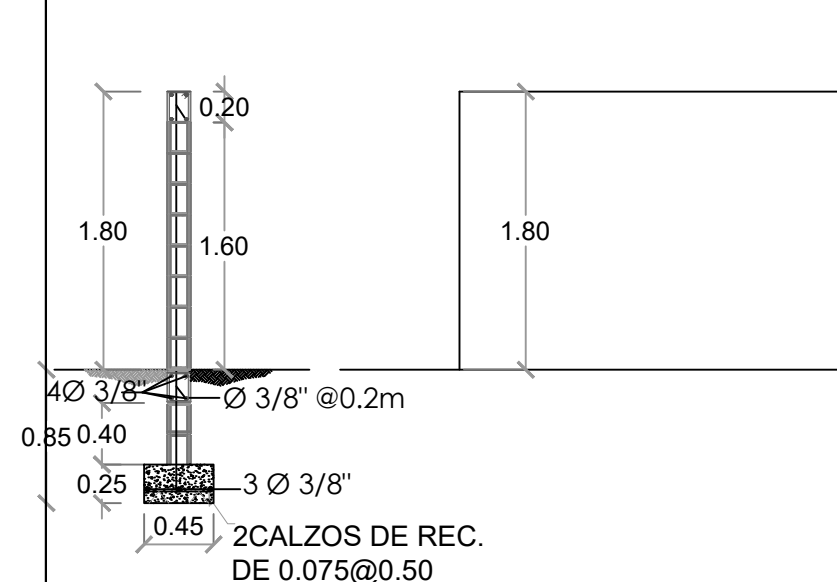


MURO DE BLOQUES H=1.80 M L= 191.27 M

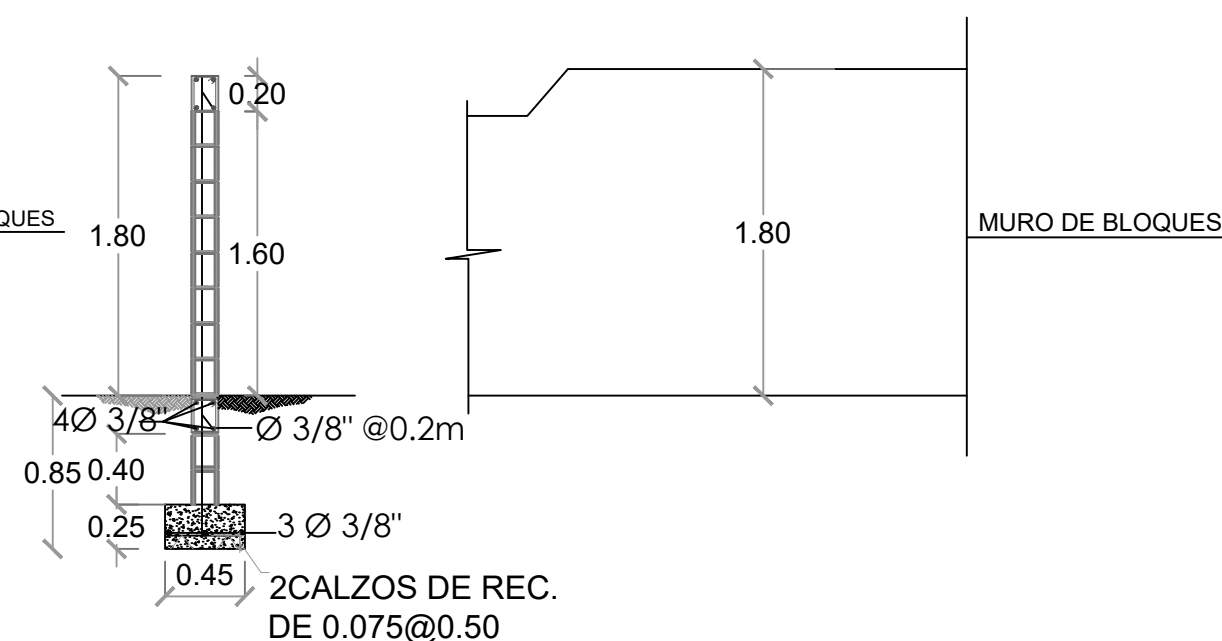

MURO DE BLOQUES - CENTER FIELD H=1.80 M L= 15.00 M

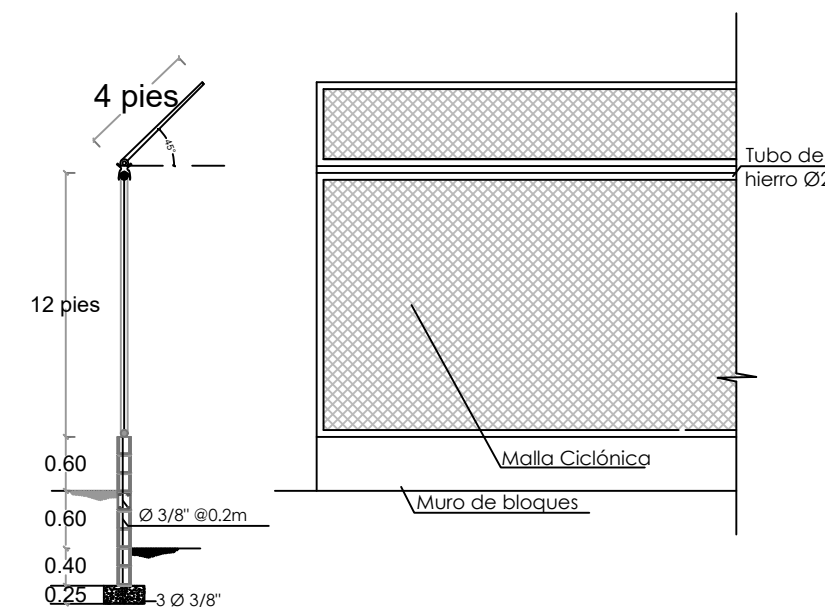

BACKSTOP H=5.40M L= 30.00 M

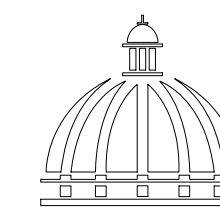

GOBIERNO DE LA
REPÚBLICA DOMINICANA

DIRECCION DE DESARROLLO
PROVINCIAL
DDP

Ave. Dr. Delgado, Esq. Moises García,
Gazcue, Sto. Dgo., R.D.
TEL.: (809)-364-2189 | FAX.: (809)- 688-1665
E-Mail: info@cpadp.gob.do

PROYECTO:

CONSTRUCCIÓN CAMPO DE BEISBOL
LAS TARANAS
MUNICIPIO VILLA RIVA, PROVINCIA
DUARTE

EQUIPO DE TRABAJO:

DISEÑO ARQUITECTÓNICO
ARQ.

codia 00000

ENC. INGENIERÍA
ING. FIOR DALIZA BONIFACIO
codia 00000

ESTRUCTURAL
ING. Leopoldo Berroa
codia 00000

ELÉCTRICO
ING. Juan Pérez
codia 00000

HIDRO-SANITARIO
ING. Francis Estévez
codia 00000

SELLO DE APROBACIÓN:

FECHA:

CONTENIDO:

DETALLES DE VERJA

ESCALA:

SEPTIEMBRE 2026

NO. PÁGINA:

010

PROYECTO:
**CONSTRUCCIÓN CAMPO DE BEISBOL
LAS TARANAS
MUNICIPIO VILLA RIVA, PROVINCIA
DUARTE**

EQUIPO DE TRABAJO:

DISEÑO ARQUITECTÓNICO
ARQ. _____
codia 00000

ENC. INGENIERÍA
ING. FIOR DALIZA BONIFACIO
codia 00000

ESTRUCTURAL
ING. Leopoldo Berroa
codia 00000

ELÉCTRICO
ING. Juan Pérez
codia 00000

HIDRO-SANITARIO
ING. Francis Estévez
codia 00000

SELLO DE APROBACIÓN:

FECHA: _____

CONTENIDO:

PLANTA ARQUITECTÓNICA


ESCALA:


1:75


SEPTIEMBRE 2026


NO. PÁGINA:

011

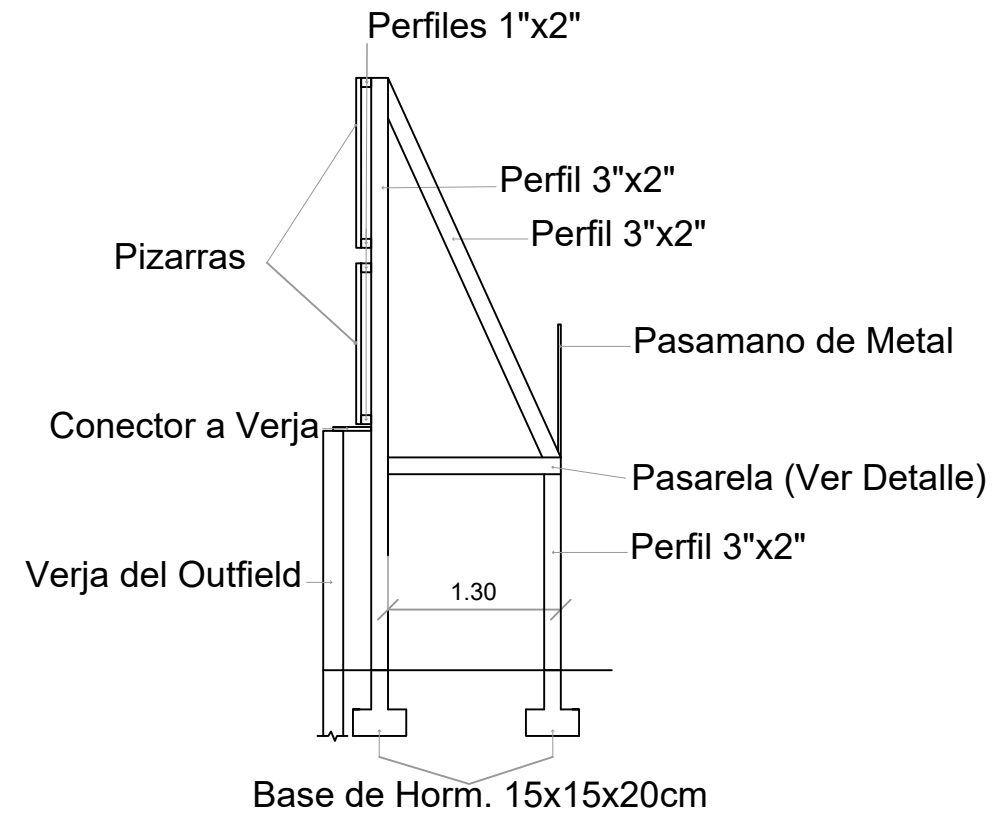

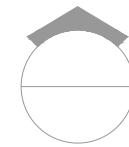 **DETALLES DE PIZARRA EN TOLA**
ESC. 1:100

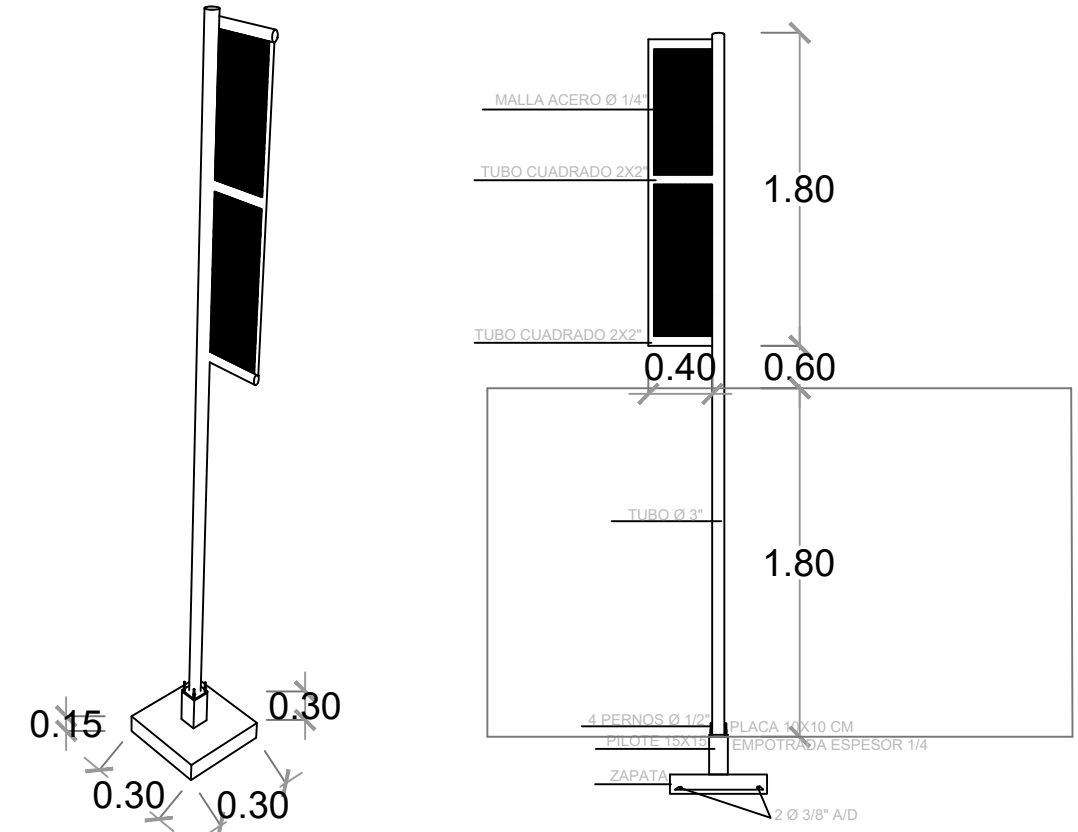

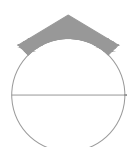 **DETALLES POSTE DE FOUL**
ESC. 1:100

**DETALLES DE PIZARRA Y
POSTE DE FOUL**

PROYECTO:
**CONSTRUCCIÓN CAMPO DE BEISBOL
LAS TARANAS
MUNICIPIO VILLA RIVA, PROVINCIA
DUARTE**

EQUIPO DE TRABAJO:
DISEÑO ARQUITECTÓNICO
ARQ. _____
codia 00000

ENC. INGENIERÍA
ING. FIOR DALIZA BONIFACIO
codia 00000

ESTRUCTURAL
ING. Leopoldo Berroa
codia 00000

ELÉCTRICO
ING. Juan Pérez
codia 00000

HIDRO-SANITARIO
ING. Francis Estévez
codia 00000

SELLO DE APROBACIÓN:

FECHA: _____

CONTENIDO:

PLANTA ARQUITECTÓNICA


ESCALA:

1:50


SEPTIEMBRE 2026

NO. PÁGINA:

012

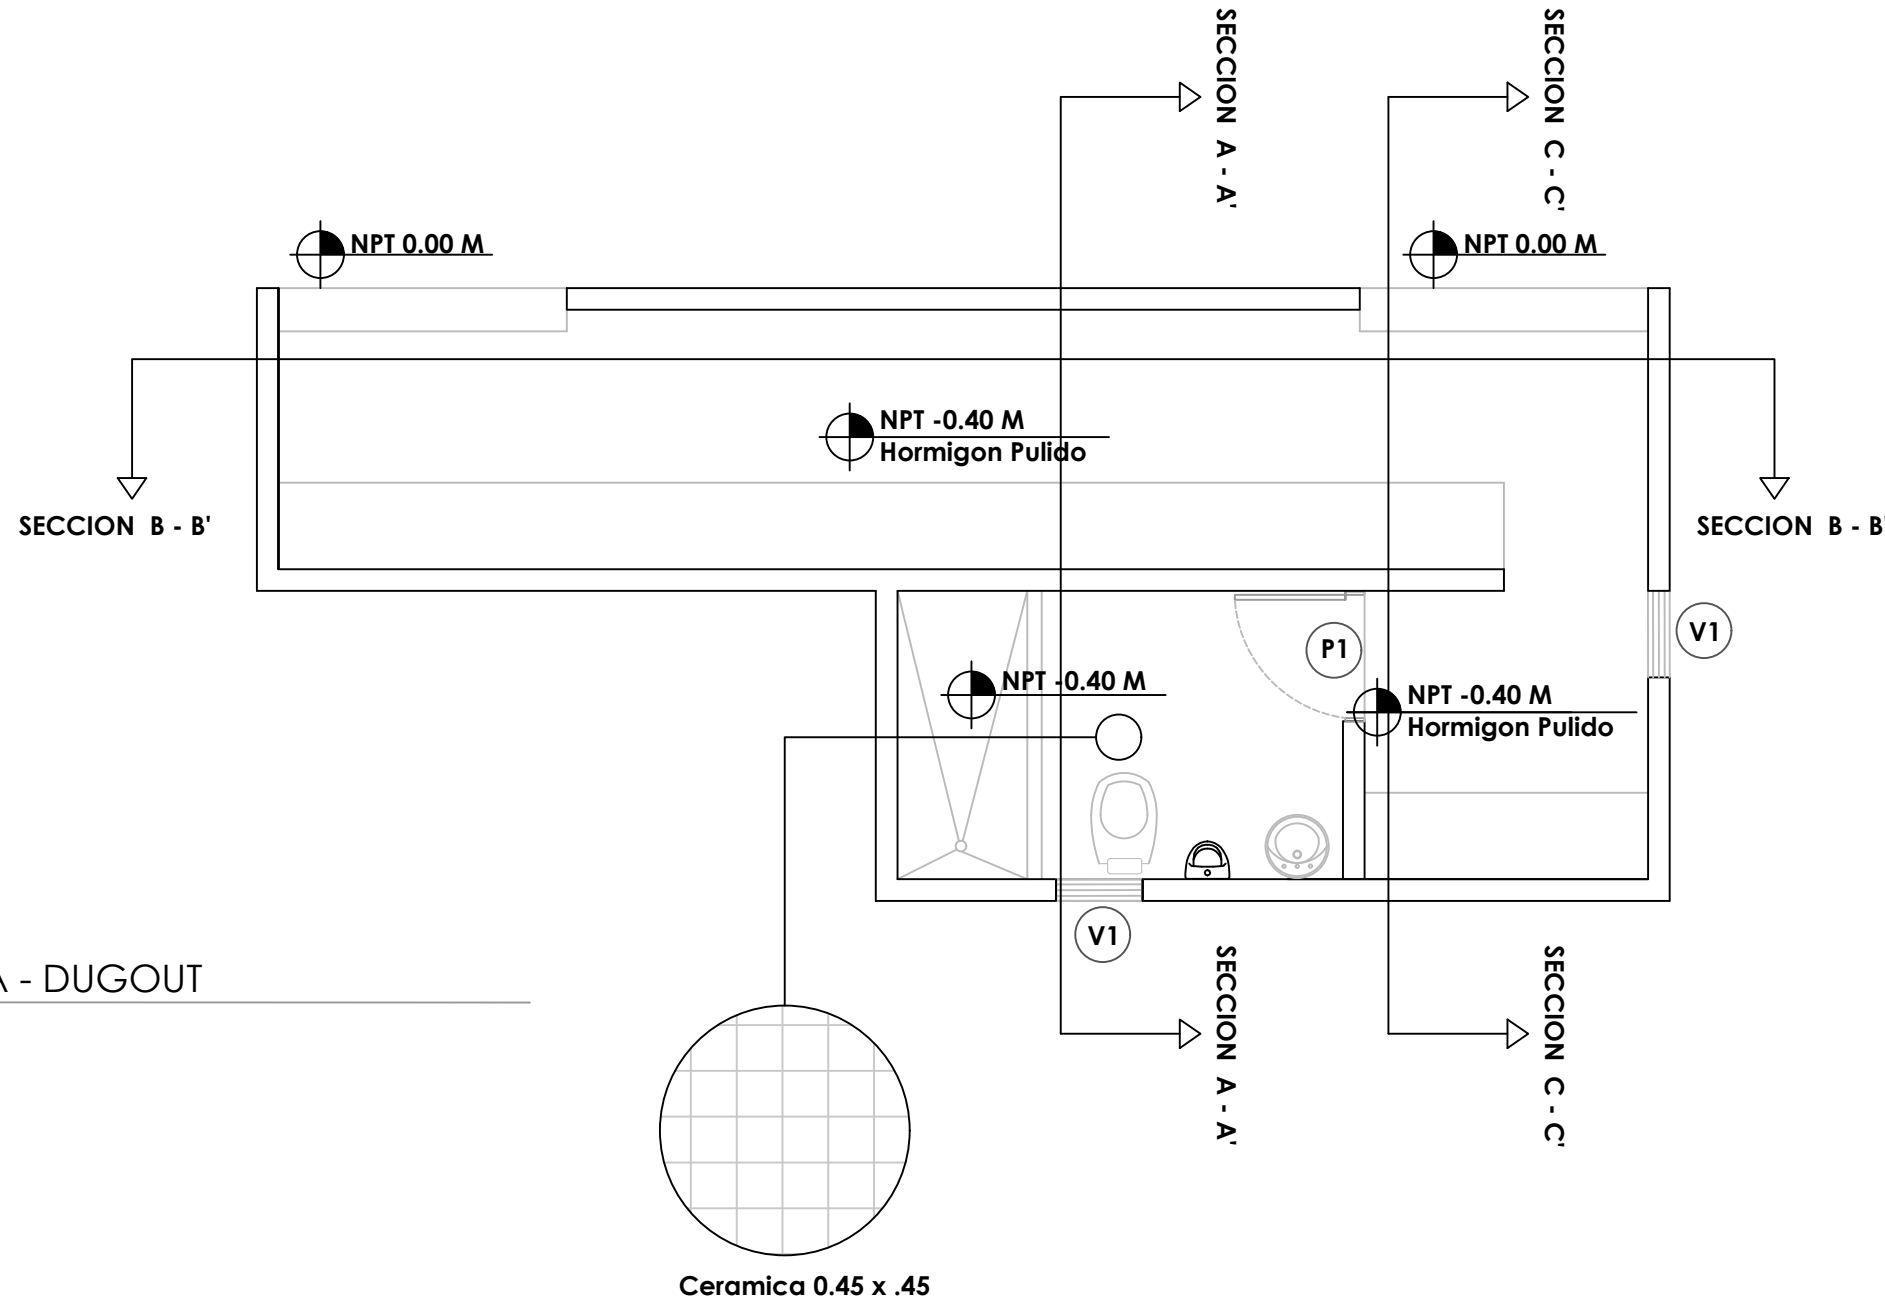

LEYENDA ZONIFICACION DE LOGOS		
SIMBOLO	DESCRIPCION	CANTIDAD
V1	VENTANA DE CELOSIA METALICA Dim= 0.60 m X 0.60 m	2
P1	PUERTA POLIMETALICA EVERDOOR Dim= 0.90 m X 2.10 m	1

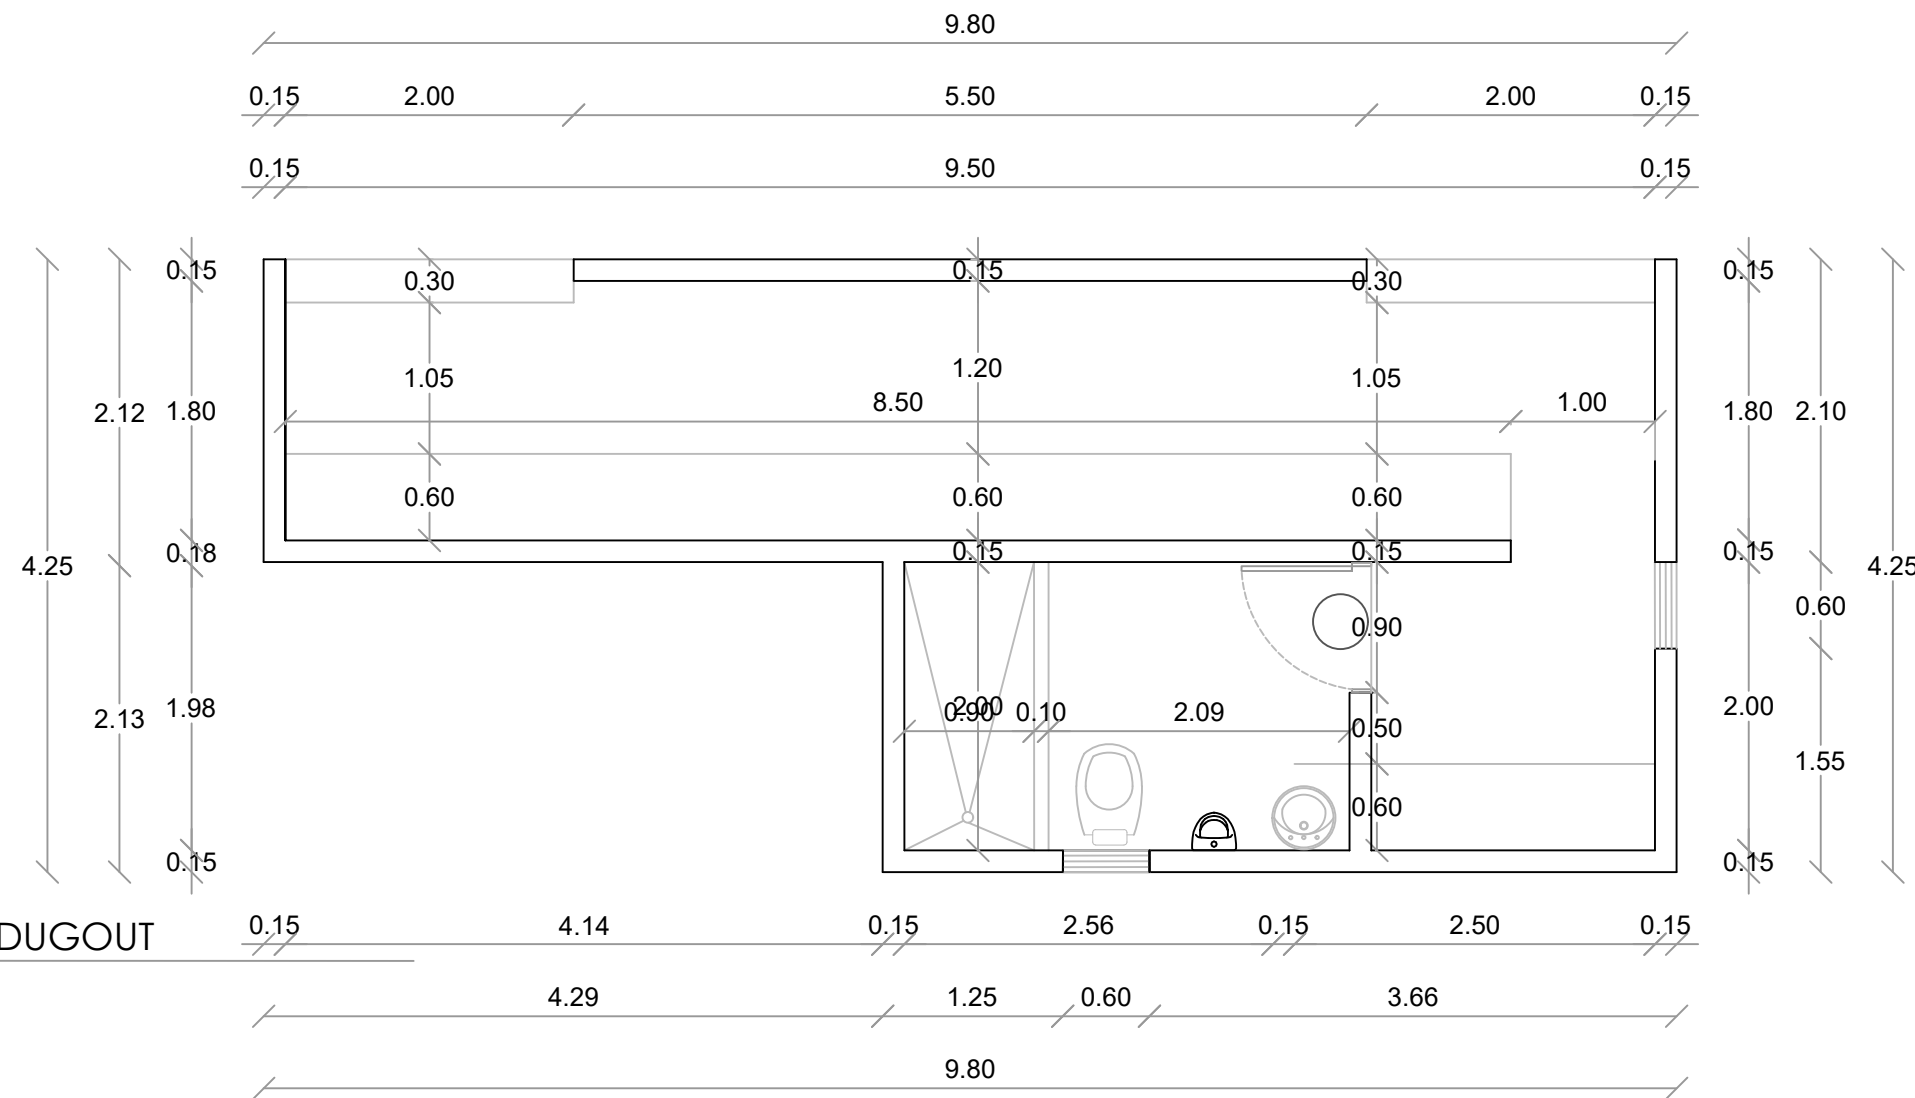

PLANTA ARQUITECTONICA - DUGOUT
ESC. 1:50

PLANTA ARQ. DIMENSIONADA - DUGOUT
ESC. 1:50



Ave. Dr. Delgado, Esq. Moises García,
Gazcue, Sto. Dgo., R.D.
TEL.: (809)-364-2189 | FAX.: (809)- 688-1665
E-Mail: info@cpadp.gob.do

CONSTRUCCIÓN CAMPO DE BEISBOL
LAS TARANAS
MUNICIPIO VILLA RIVA, PROVINCIA
DUARTE

codia 00000 —

codia 00000

codia 00000

codia 00000

Francis Estevez
codia 00000 —

013



CONSTRUCCIÓN CAMPO DE BEISBOL
LAS TARANAS
MUNICIPIO VILLA RIVA, PROVINCIA
DUARTE

codia 00000

codia 00000

codia 00000

codig 00000

codig 00000

FECHA:






PLANTA ARQUITECTÓNICA

1:50

SEPTIEMBRE 2026

NO. PÁGINA:

 014

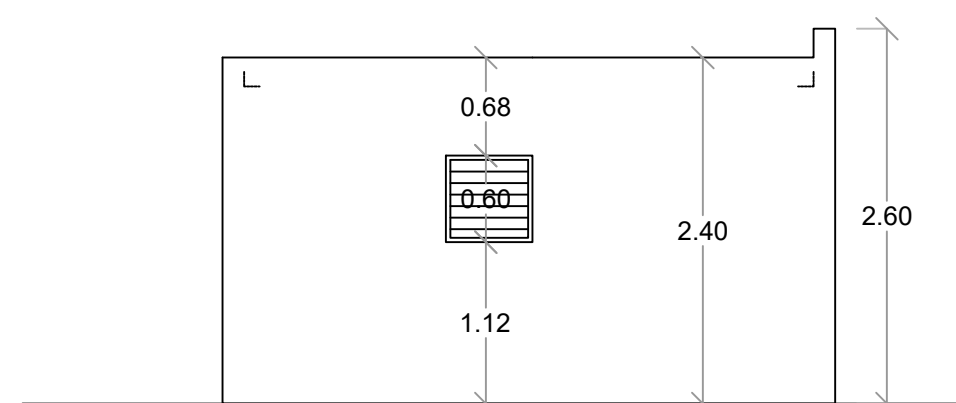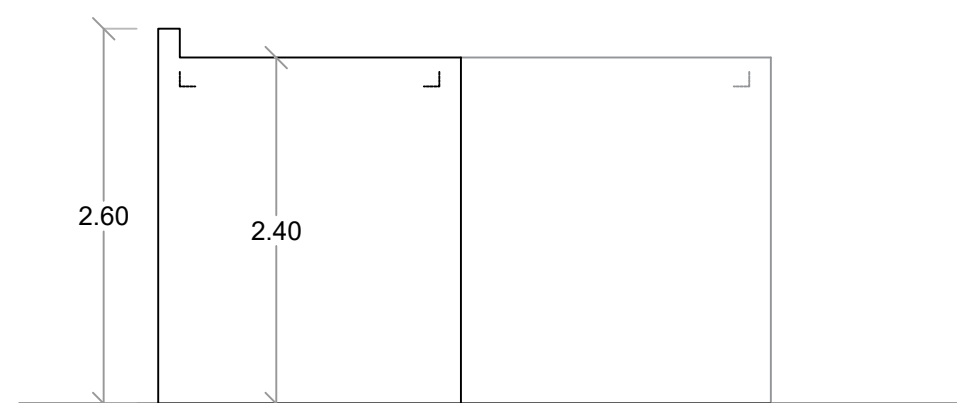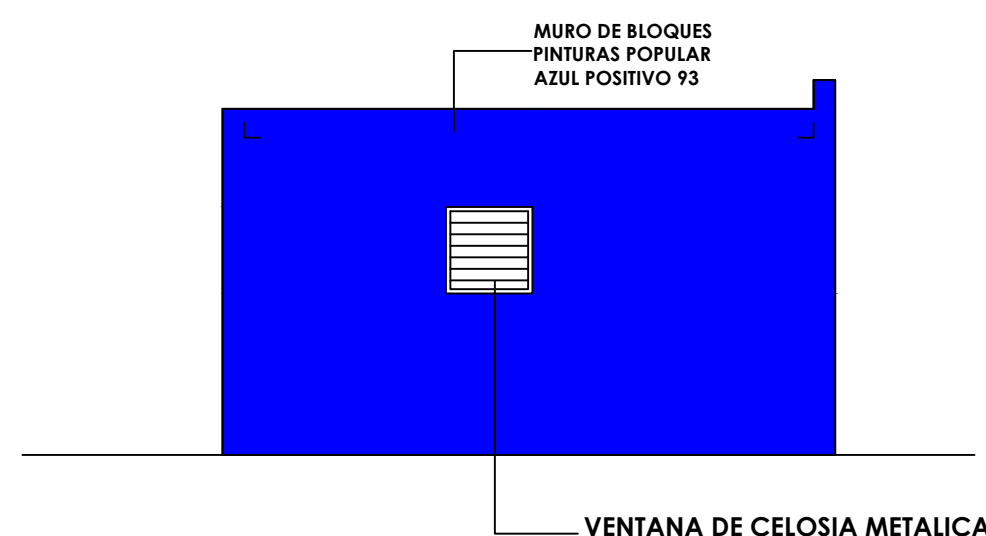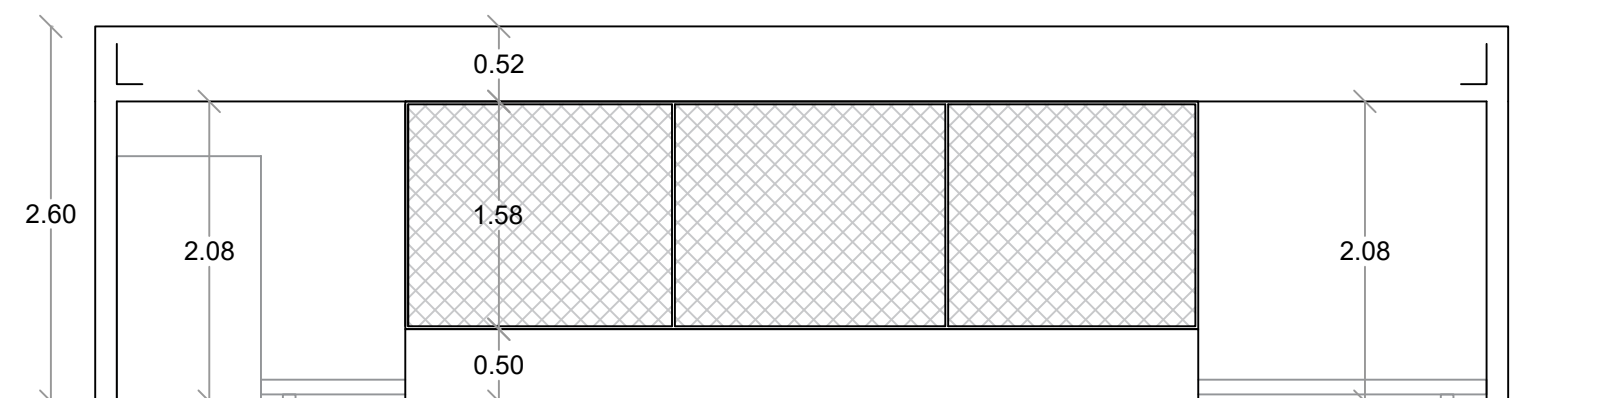

PROYECTO:
**CONSTRUCCIÓN CAMPO DE BEISBOL
LAS TARANAS
MUNICIPIO VILLA RIVA, PROVINCIA
DUARTE**

EQUIPO DE TRABAJO:
DISEÑO ARQUITECTÓNICO
ARQ.
codia 00000

ENC. INGENIERÍA
ING. FIOR DALIZA BONIFACIO
codia 00000

ESTRUCTURAL
ING. Leopoldo Berroa
codia 00000

ELÉCTRICO
ING. Juan Pérez
codia 00000

HIDRO-SANITARIO
ING. Francis Estévez
codia 00000

SELLO DE APROBACIÓN:

FECHA:

CONTENIDO:
PLANTA SANITARIA

ESCALA:


SEPTIEMBRE 2026

NO. PÁGINA:

015

**MURO DE BLOQUES
PINTURAS POPULAR
AZUL POSITIVO 93**

VENTANA DE CELOSIA METALICA

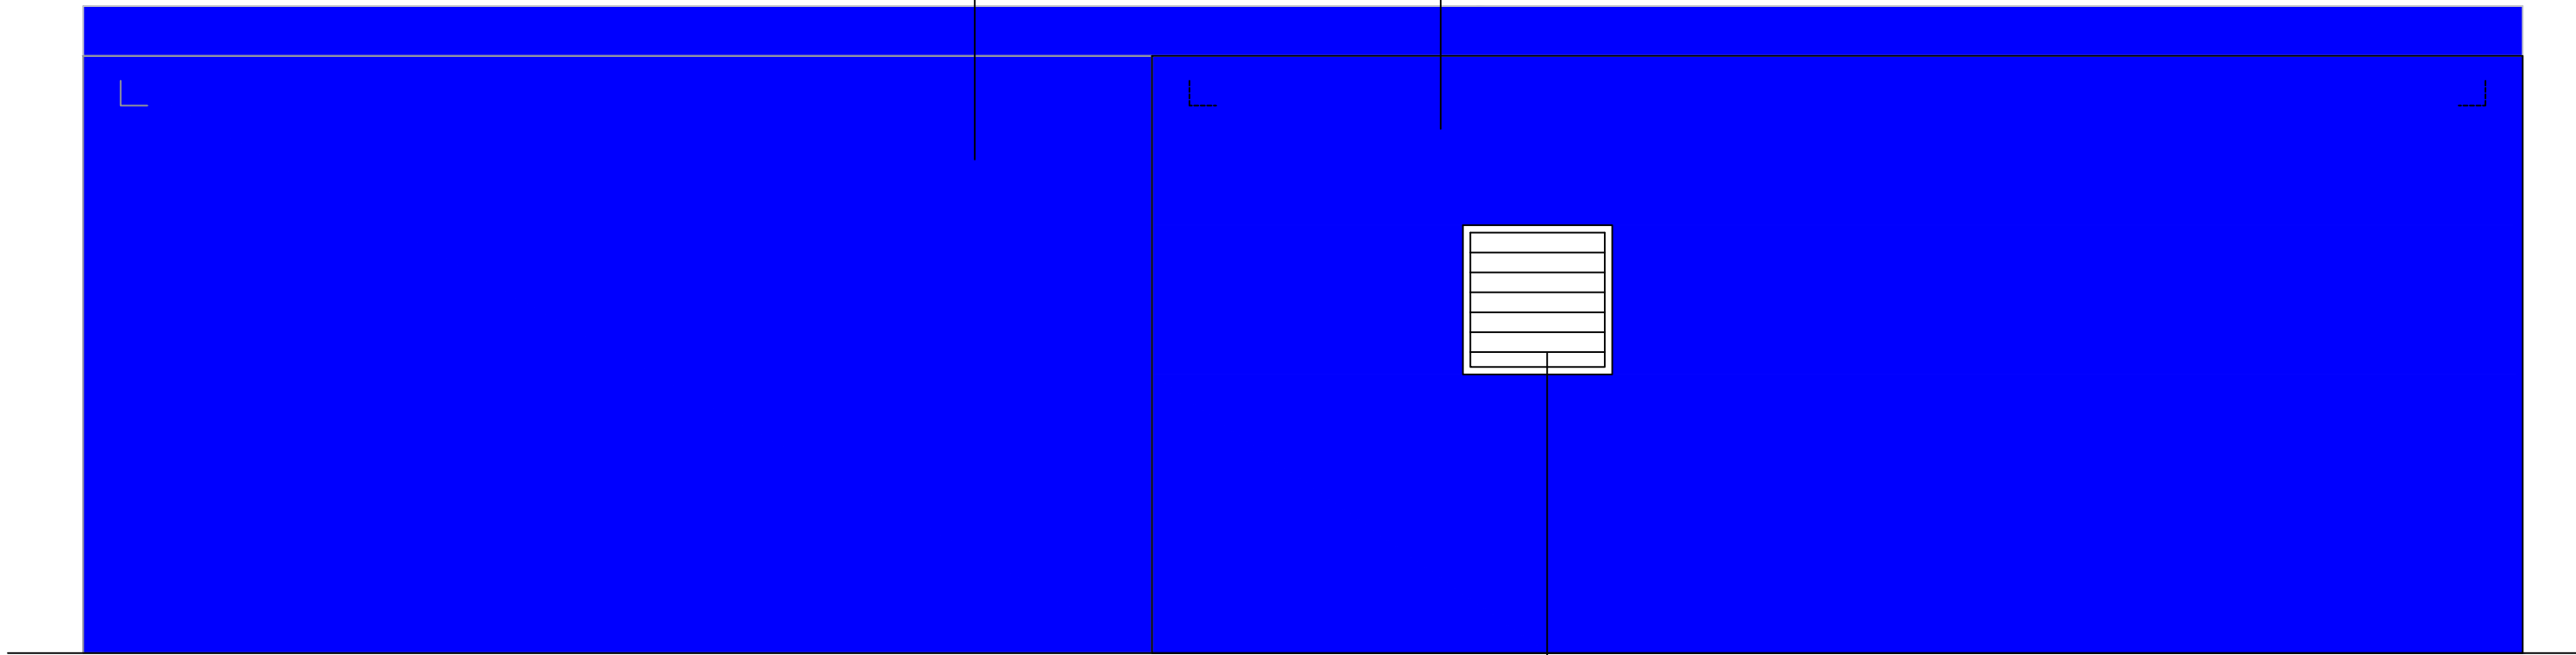
ELEVACION POSTERIOR - DETALLE
ESC. 1:50


ELEVACION POSTERIOR - DIMENSIONADA
ESC. 1:50

PROYECTO:
**CONSTRUCCIÓN CAMPO DE BEISBOL
LAS TARANAS
MUNICIPIO VILLA RIVA, PROVINCIA
DUARTE**

EQUIPO DE TRABAJO:
DISEÑO ARQUITECTÓNICO
ARQ.
codia 00000

ENC. INGENIERÍA
ING. FIOR DALIZA BONIFACIO
codia 00000

ESTRUCTURAL
ING. Leopoldo Berroa
codia 00000

ELÉCTRICO
ING. Juan Pérez
codia 00000

HIDRO-SANITARIO
ING. Francis Estévez
codia 00000

SELLO DE APROBACIÓN:

FECHA:

CONTENIDO:

PLANTA ARQUITECTÓNICA

ESCALA:

1:25

SEPTIEMBRE 2026

NO. PÁGINA:

016

Desde Tinaco

TUB Ø1" PVC Agua Potable



TUBERIA PVC Ø3/4"


PVC Ø3/4"

Du Ø1/2"

In Ø1/2"

Lv Ø1/2"

Lv Ø1/2"

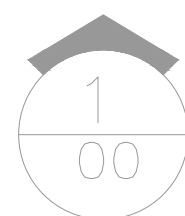

PLANTA INST. SANITARIAS- AGUA POTABLE - DUGOUT

ESC. 1:50



**DIRECCION DE DESARROLLO
PROVINCIAL
DDP**

Ave. Dr. Delgado, Esq. Moises García,
Gazcue, Sto. Dgo., R.D.
TEL.: (809)-364-2189 | FAX.: (809)- 688-1665
E-Mail: info@cpadp.gob.do

PROYECTO:

CONSTRUCCIÓN CAMPO DE BEISBOL
LAS TARANAS
MUNICIPIO VILLA RIVA, PROVINCIA
DUARTE

EQUIPO DE TRABAJO:

DISEÑO ARQUITECTÓNICO
ARQ.

codia 00000

ENC. INGENIERÍA

ING. FIOR DALIZA BONIFACIO
codia 00000 _____

ESTRUCTURAL

ING. Leopoldo Berroa
codia 00000

ELÉCTRICO

ING. Juan Pérez
codig 00000

HIDRO-SANITARIO

ING. Francis Estévez
codia 00000

SELO DE APROBACIÓN:

FECHA: _____

CONTENIDO:

PLANTA ARQUITECTÓNICA



ESCALA:

1:25

SEPTIEMBRE 2026

NO. PÁGINA:

017

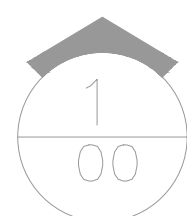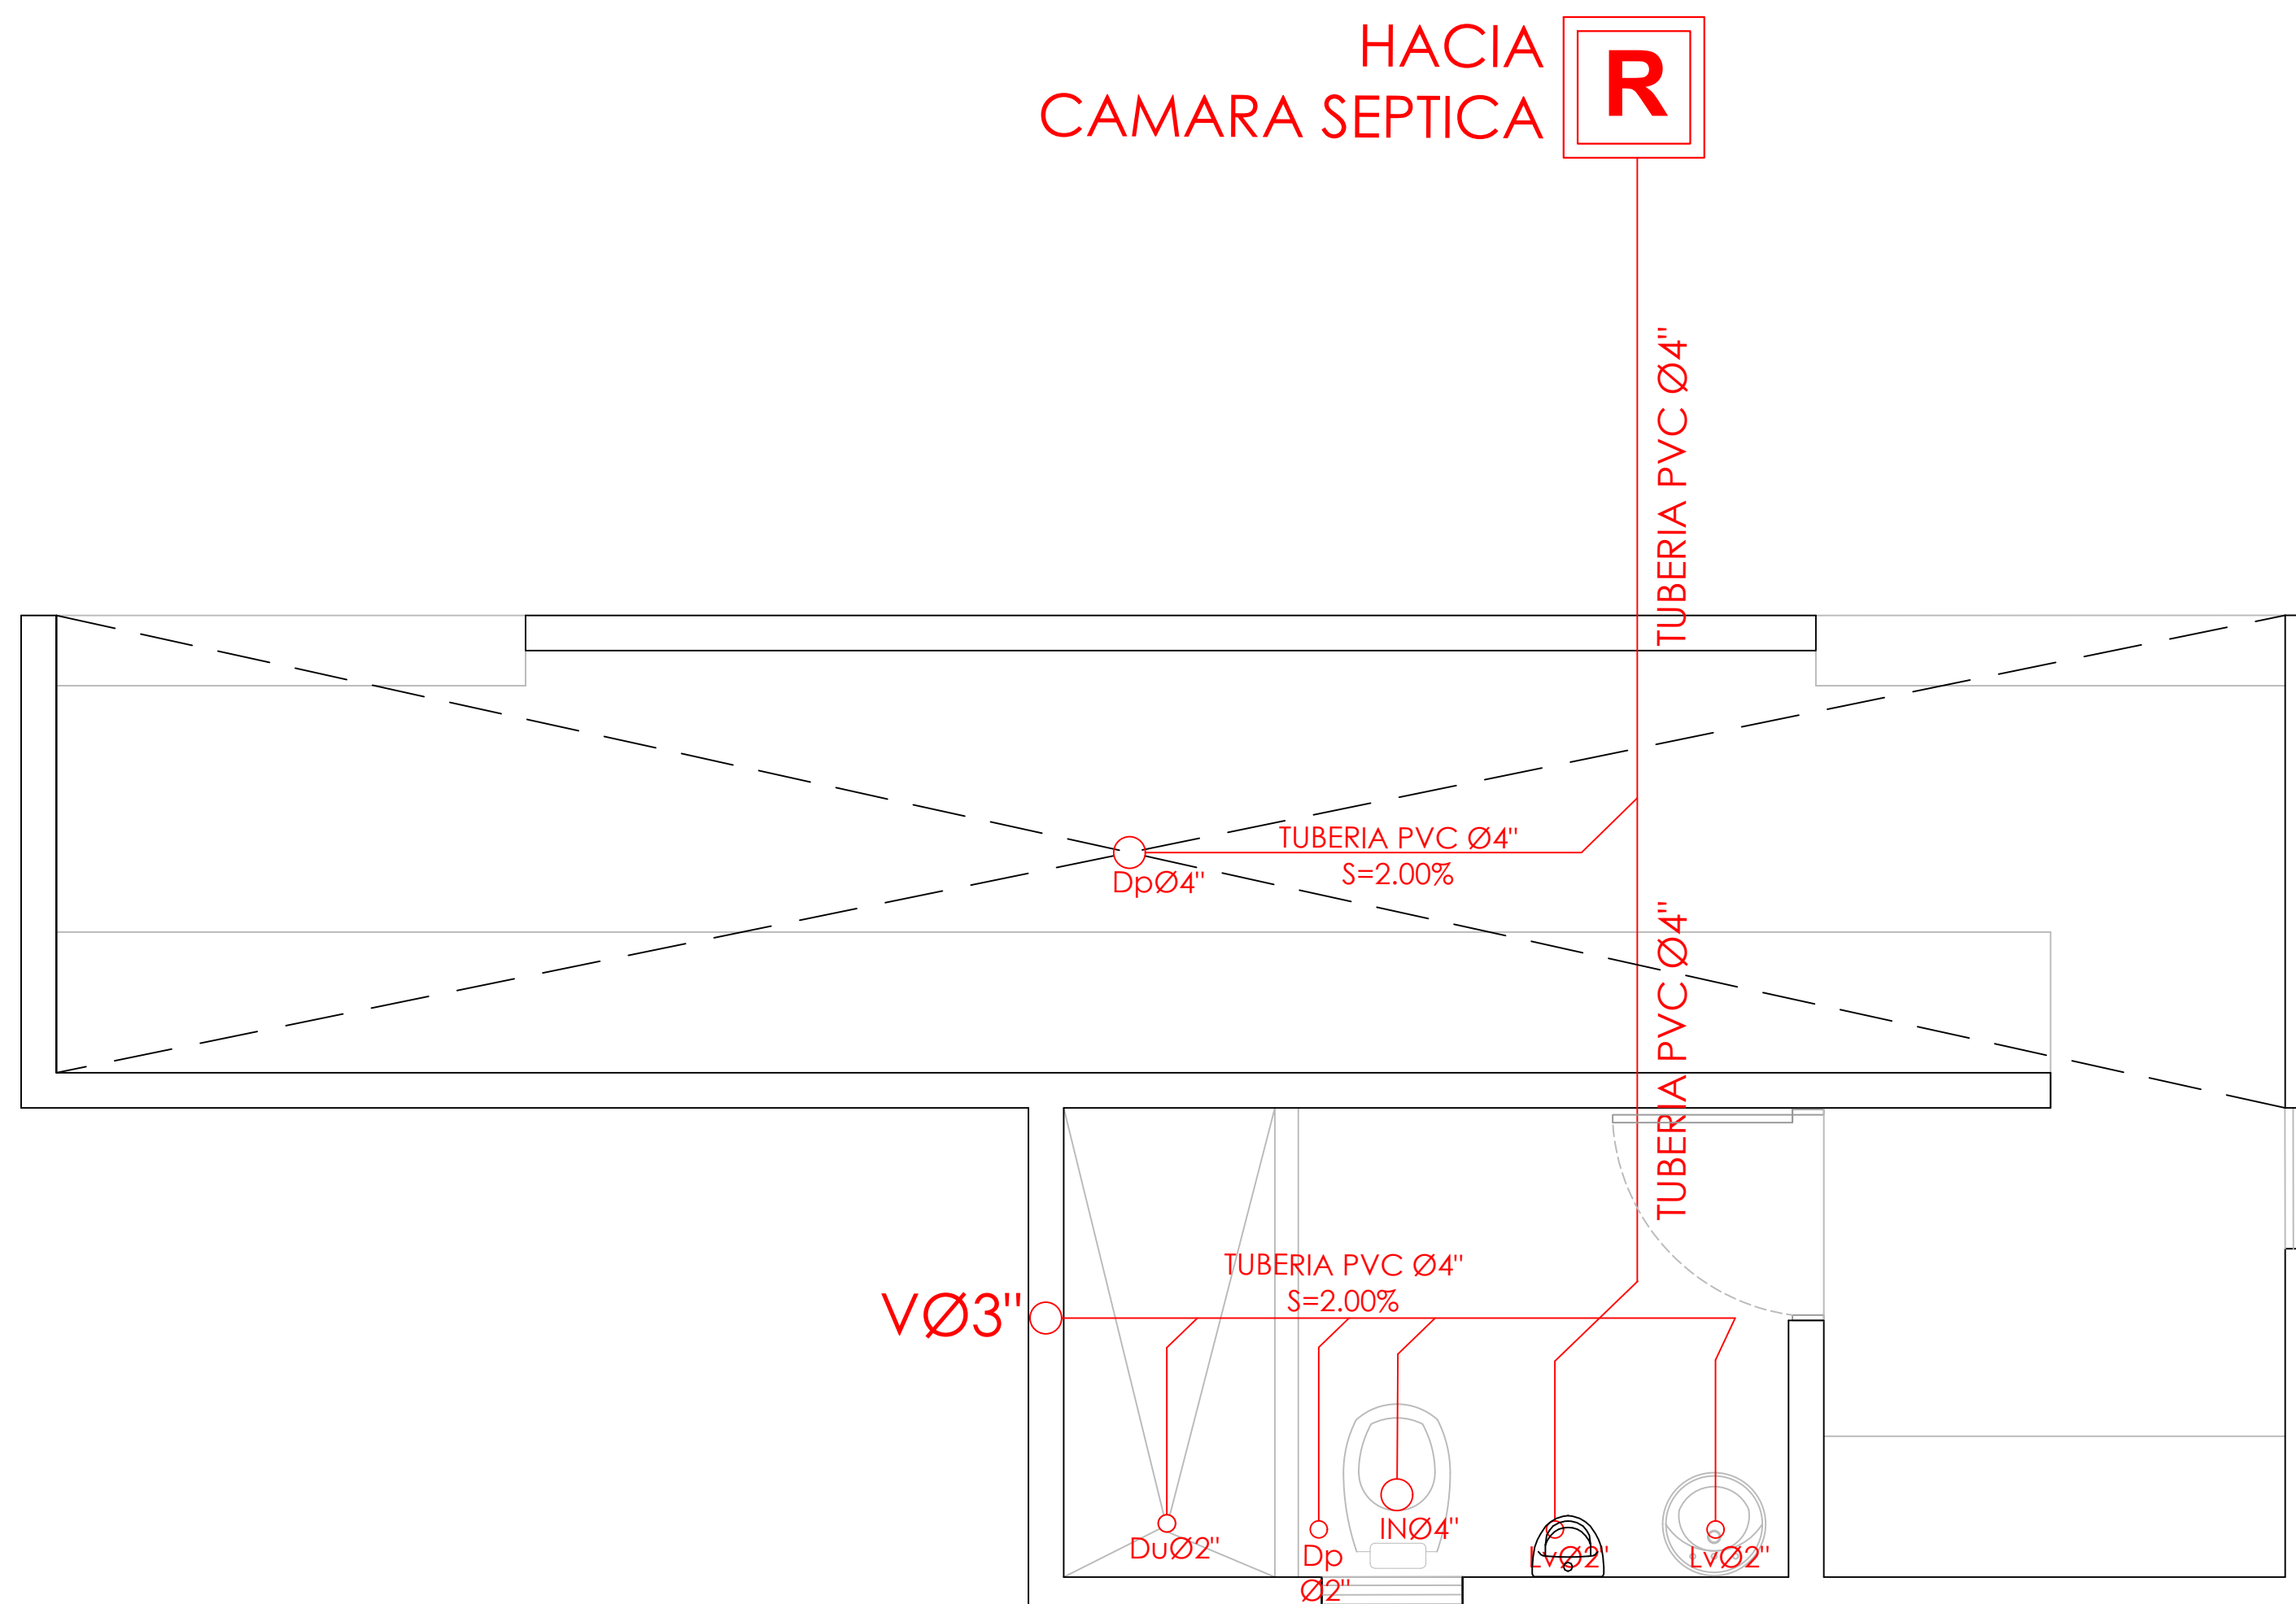

PLANTA INST. SANITARIAS- AGUAS NEGRAS - DUGOUT

ESC. 1:50



PROYECTO:
**CONSTRUCCIÓN CAMPO DE BEISBOL
LAS TARANAS
MUNICIPIO VILLA RIVA, PROVINCIA
DUARTE**

EQUIPO DE TRABAJO:

DISEÑO ARQUITECTÓNICO
ARQ. _____
codia 00000

ENC. INGENIERÍA
ING. FIOR DALIZA BONIFACIO
codia 00000

ESTRUCTURAL
ING. Leopoldo Berroa
codia 00000

ELÉCTRICO
ING. Juan Pérez
codia 00000

HIDRO-SANITARIO
ING. Francis Estévez
codia 00000

SELLO DE APROBACIÓN:

FECHA: _____

CONTENIDO:

PLANTA ARQUITECTÓNICA



ESCALA:

1:25


SEPTIEMBRE 2026

NO. PÁGINA:


018

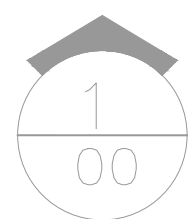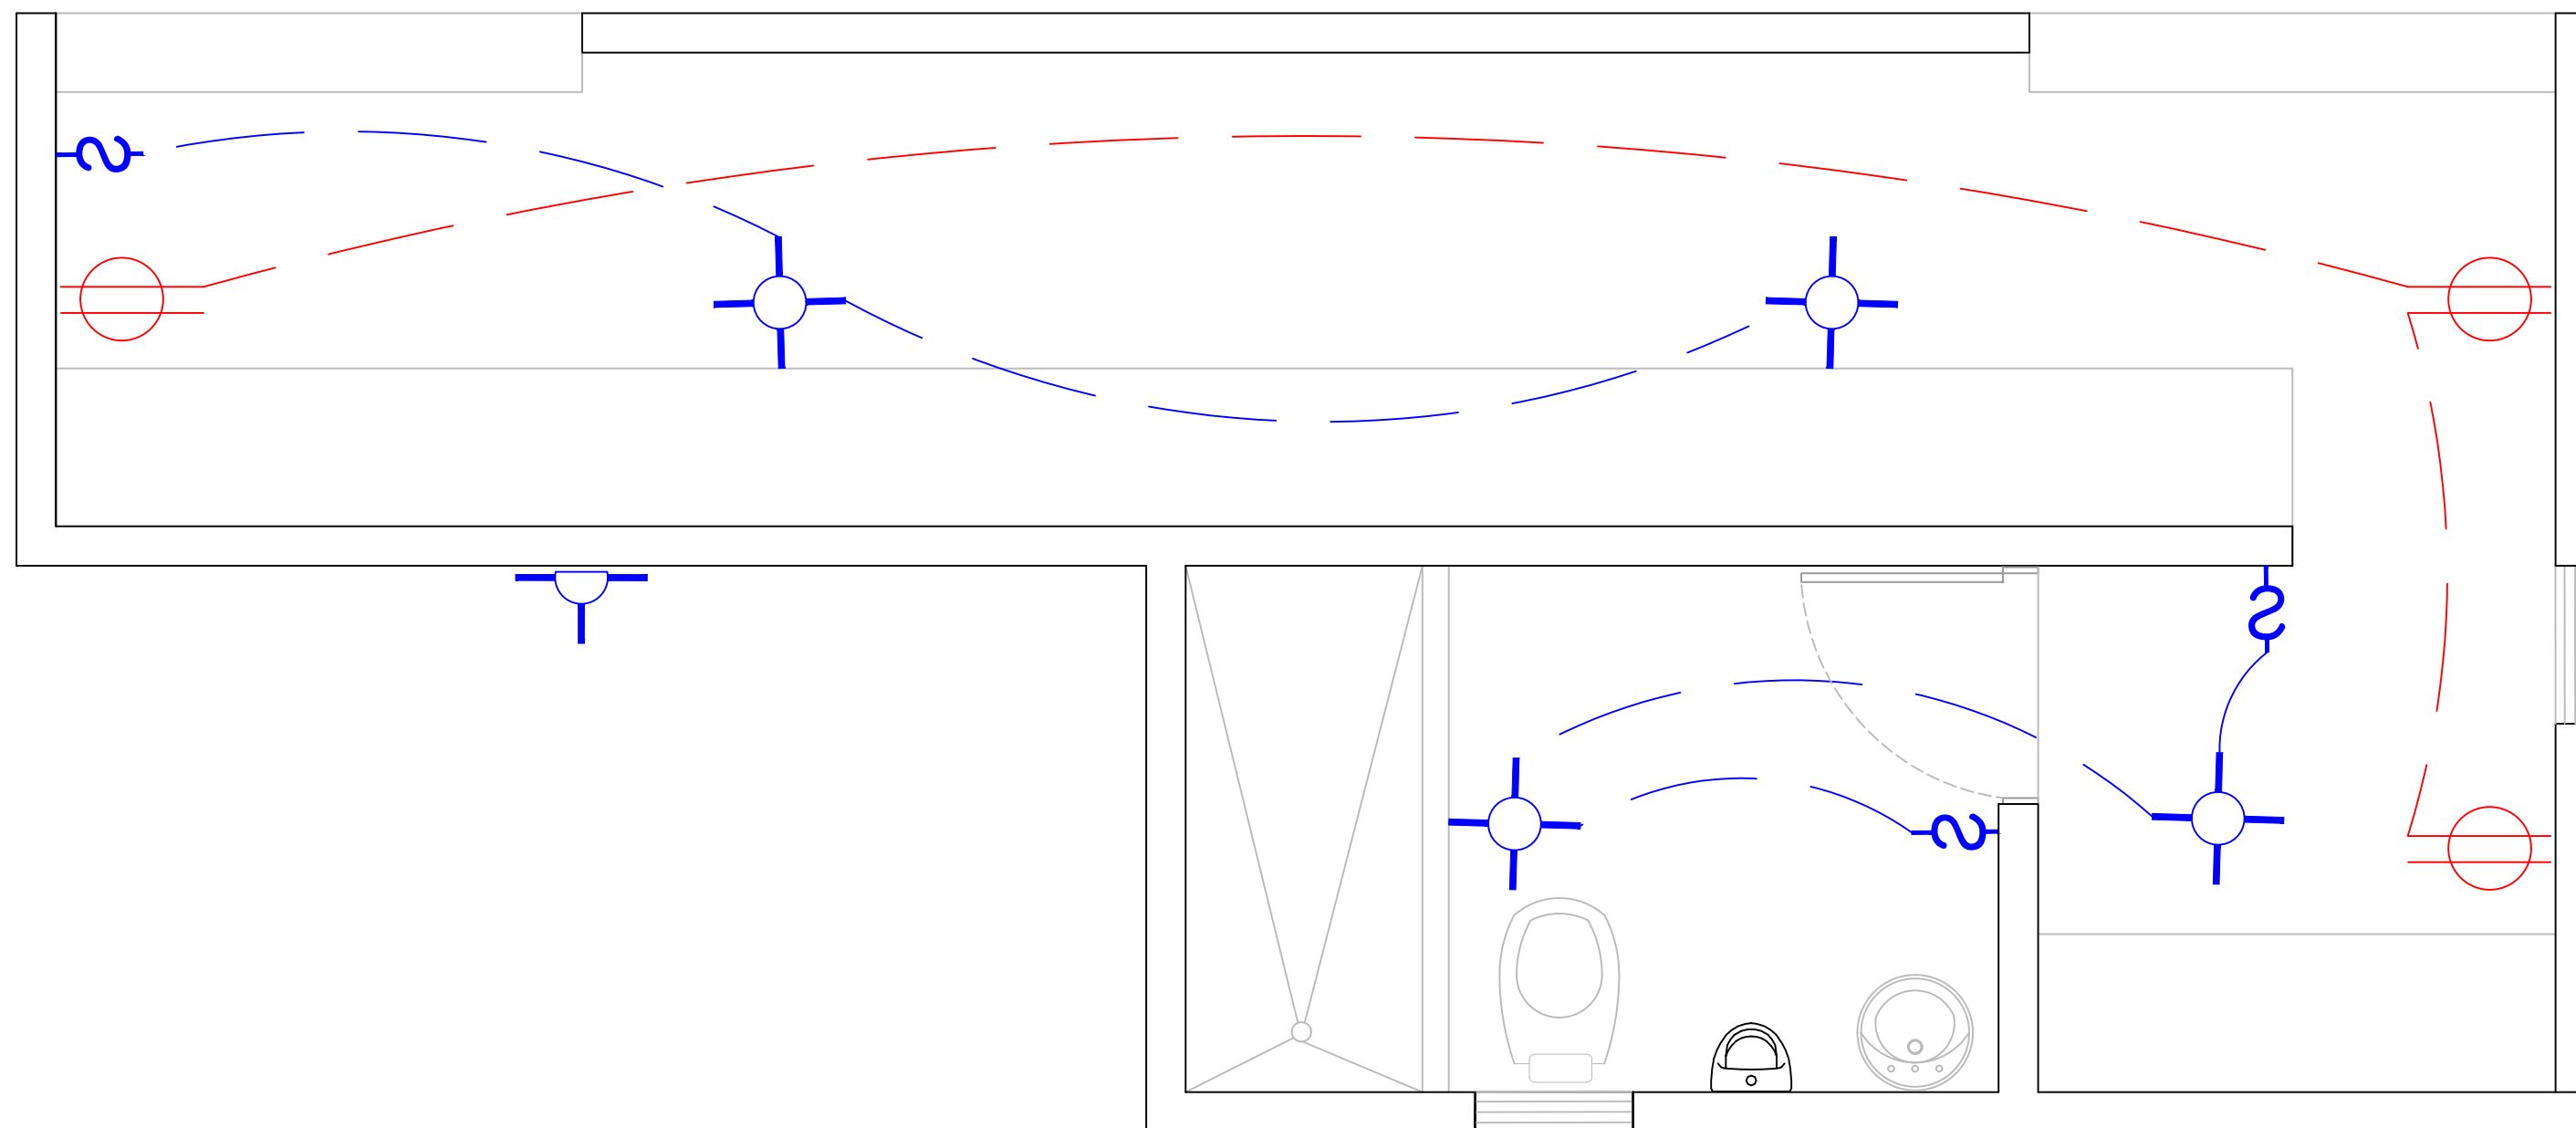


PLANTA INST. ELECTRICAS - DUGOUT
ESC. 1:50

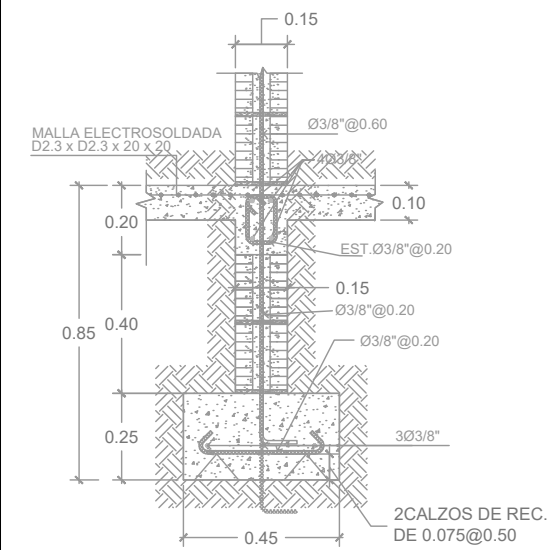


SECCION 1-1

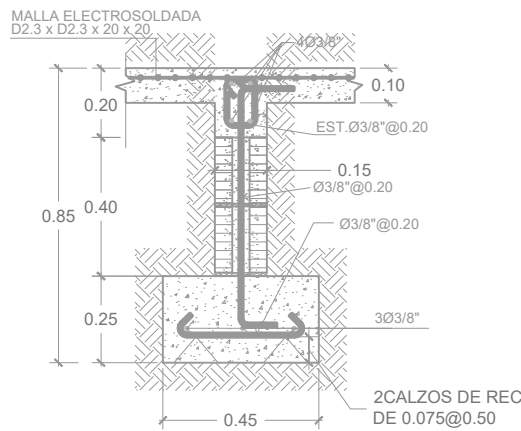


SECCION 2-2

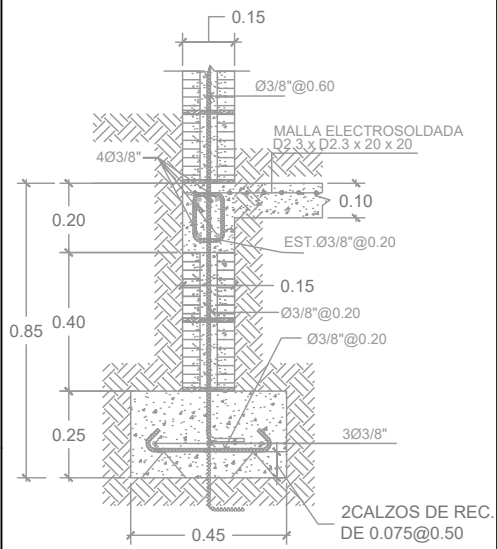


SECCION 3-3

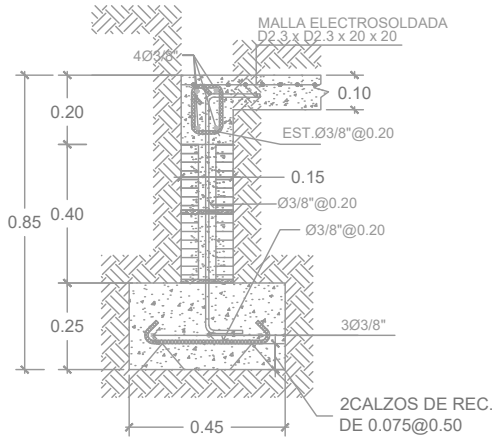


SECCION 4-4

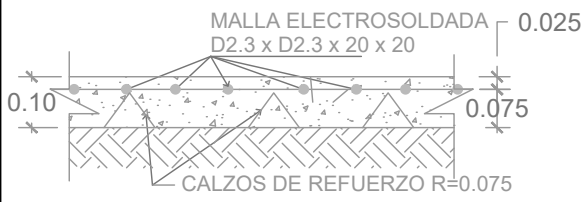

DETALLE DE PISO
DE HORMIGON

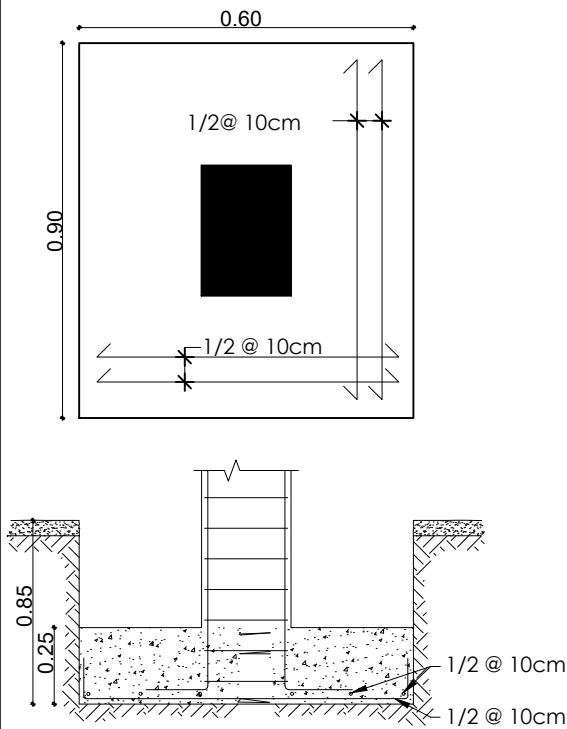

DETALLE ZAPATA
COLUMNA C1 (Z1)

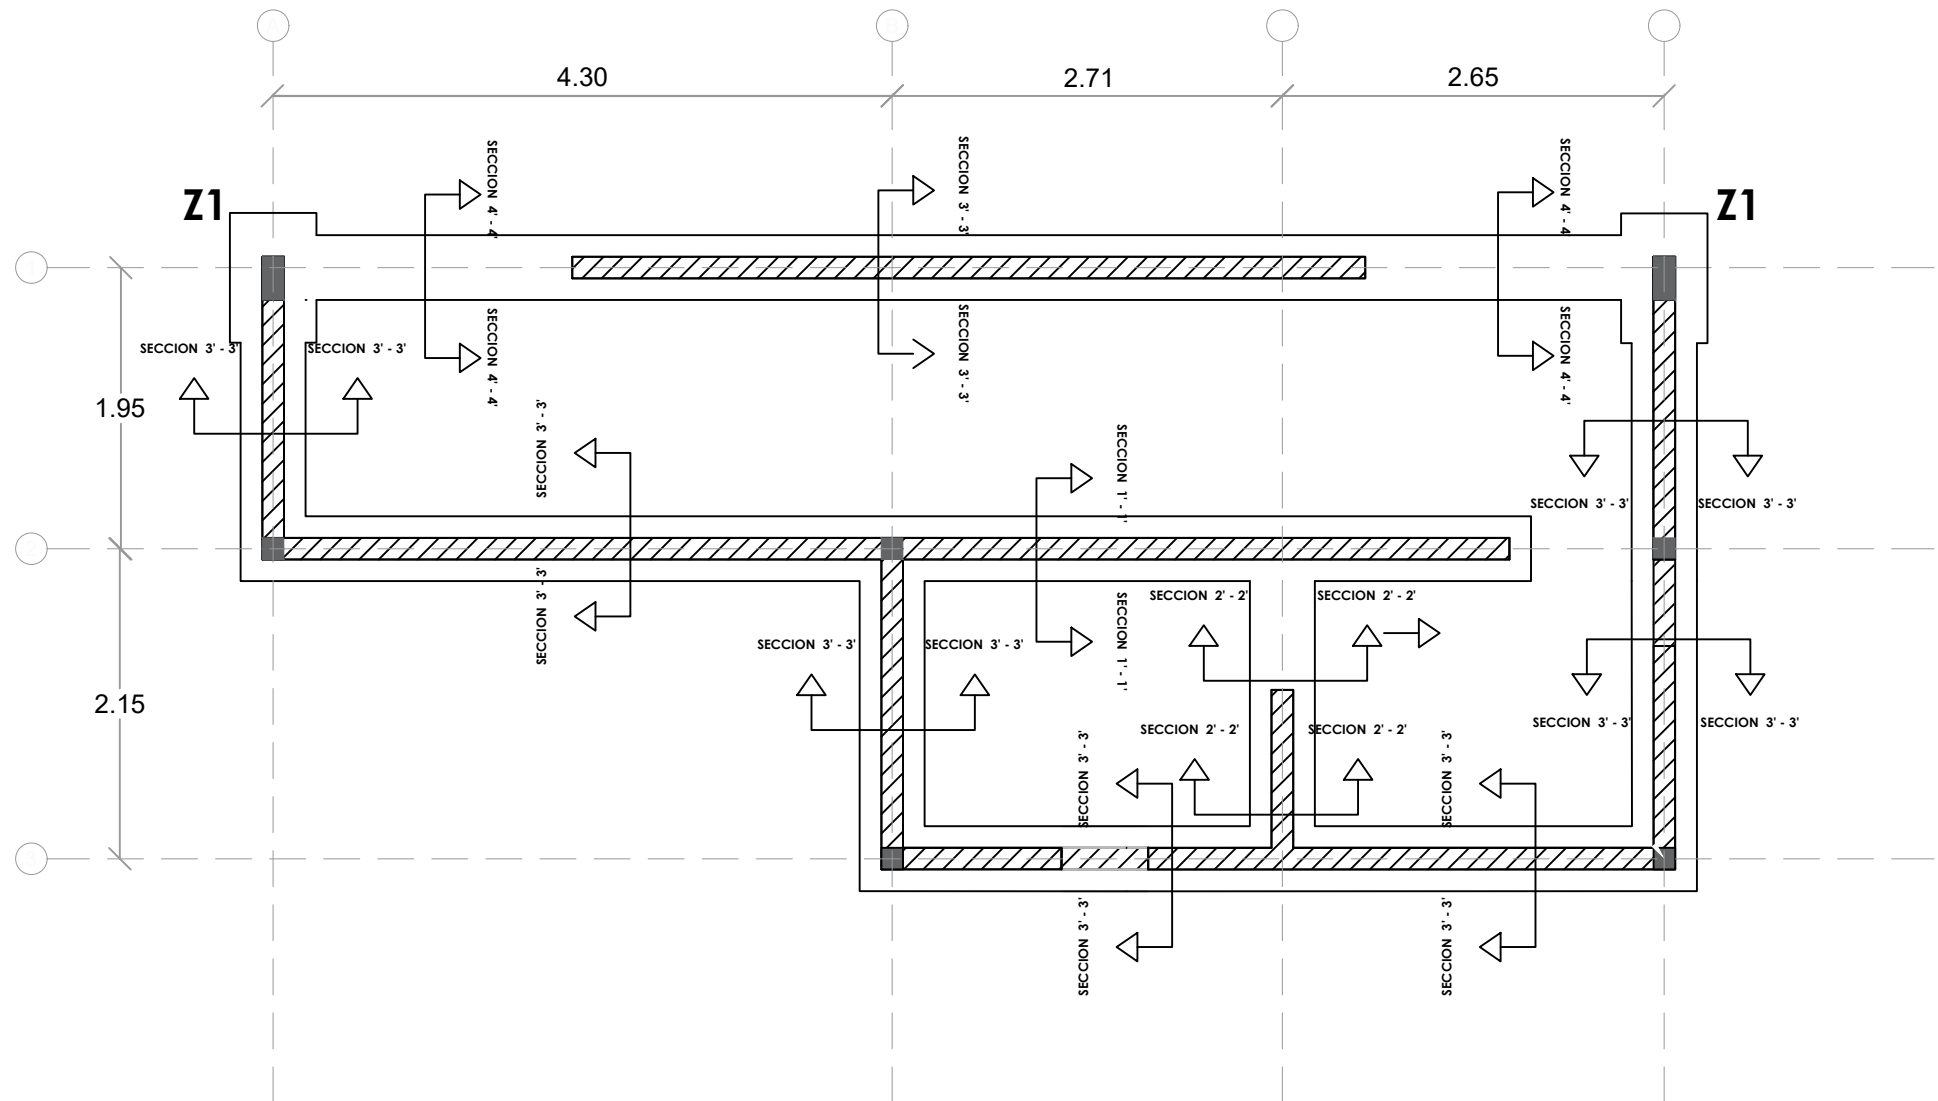

PLANTA ESTRUCTURAL DE CIMIENTOS - DUGOUT
ESC. 1:100



PLANTA ARQUITECTÓNICA
ESC. 1:50



DIRECCION DE DESARROLLO
PROVINCIAL
DDP

Ave. Dr. Delgado, Esq. Moises García,
Gazcue, Sto. Dgo., R.D.
TEL.: (809)-364-2189 | FAX.: (809)- 688-1665
E-Mail: info@cpadp.gob.do

PROYECTO:
**CONSTRUCCIÓN CAMPO DE BEISBOL
LAS TARANAS
MUNICIPIO VILLA RIVA, PROVINCIA
DUARTE**

EQUIPO DE TRABAJO:
DISEÑO ARQUITECTÓNICO
ARQ.
codia 00000

ENC. INGENIERÍA
ING. FIOR DALIZA BONIFACIO
codia 00000

ESTRUCTURAL
ING. Leopoldo Berroa
codia 00000

ELÉCTRICO
ING. Juan Pérez
codia 00000

HIDRO-SANITARIO
ING. Francis Estévez
codia 00000

SELLO DE APROBACIÓN:

FECHA:

CONTENIDO:


PLANTA ARQUITECTÓNICA

ESCALA:
1:50


SEPTIEMBRE 2026

NO. PÁGINA:


019

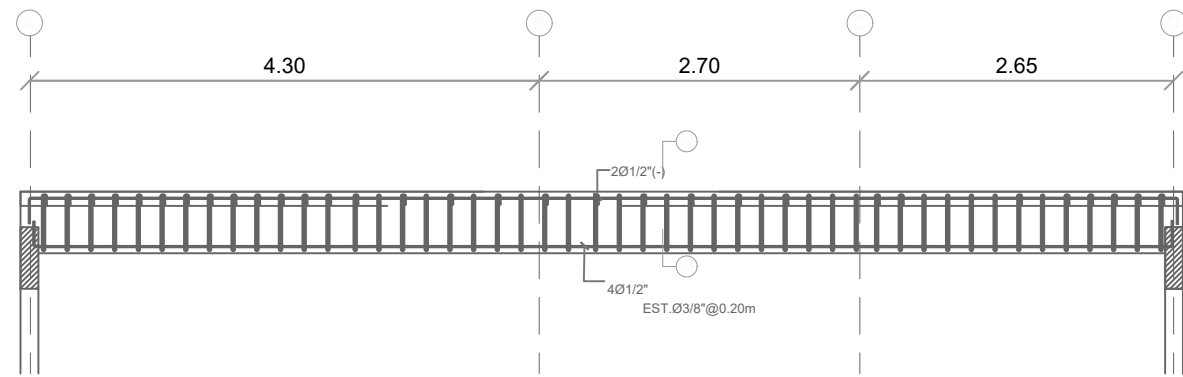


SECCION LONGITUDINAL VIGA 1

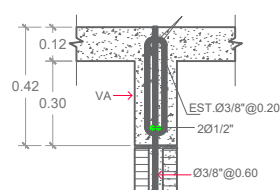


VIGA DE ÁMARRE (VA)

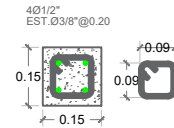


COLUMNA CA

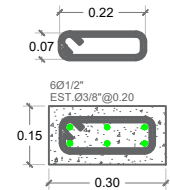


COLUMNA C1

 


SECCION 1-1

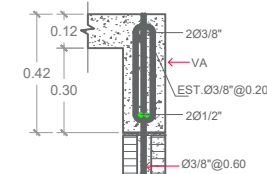

VIGA DE ÁMARRE (VA)

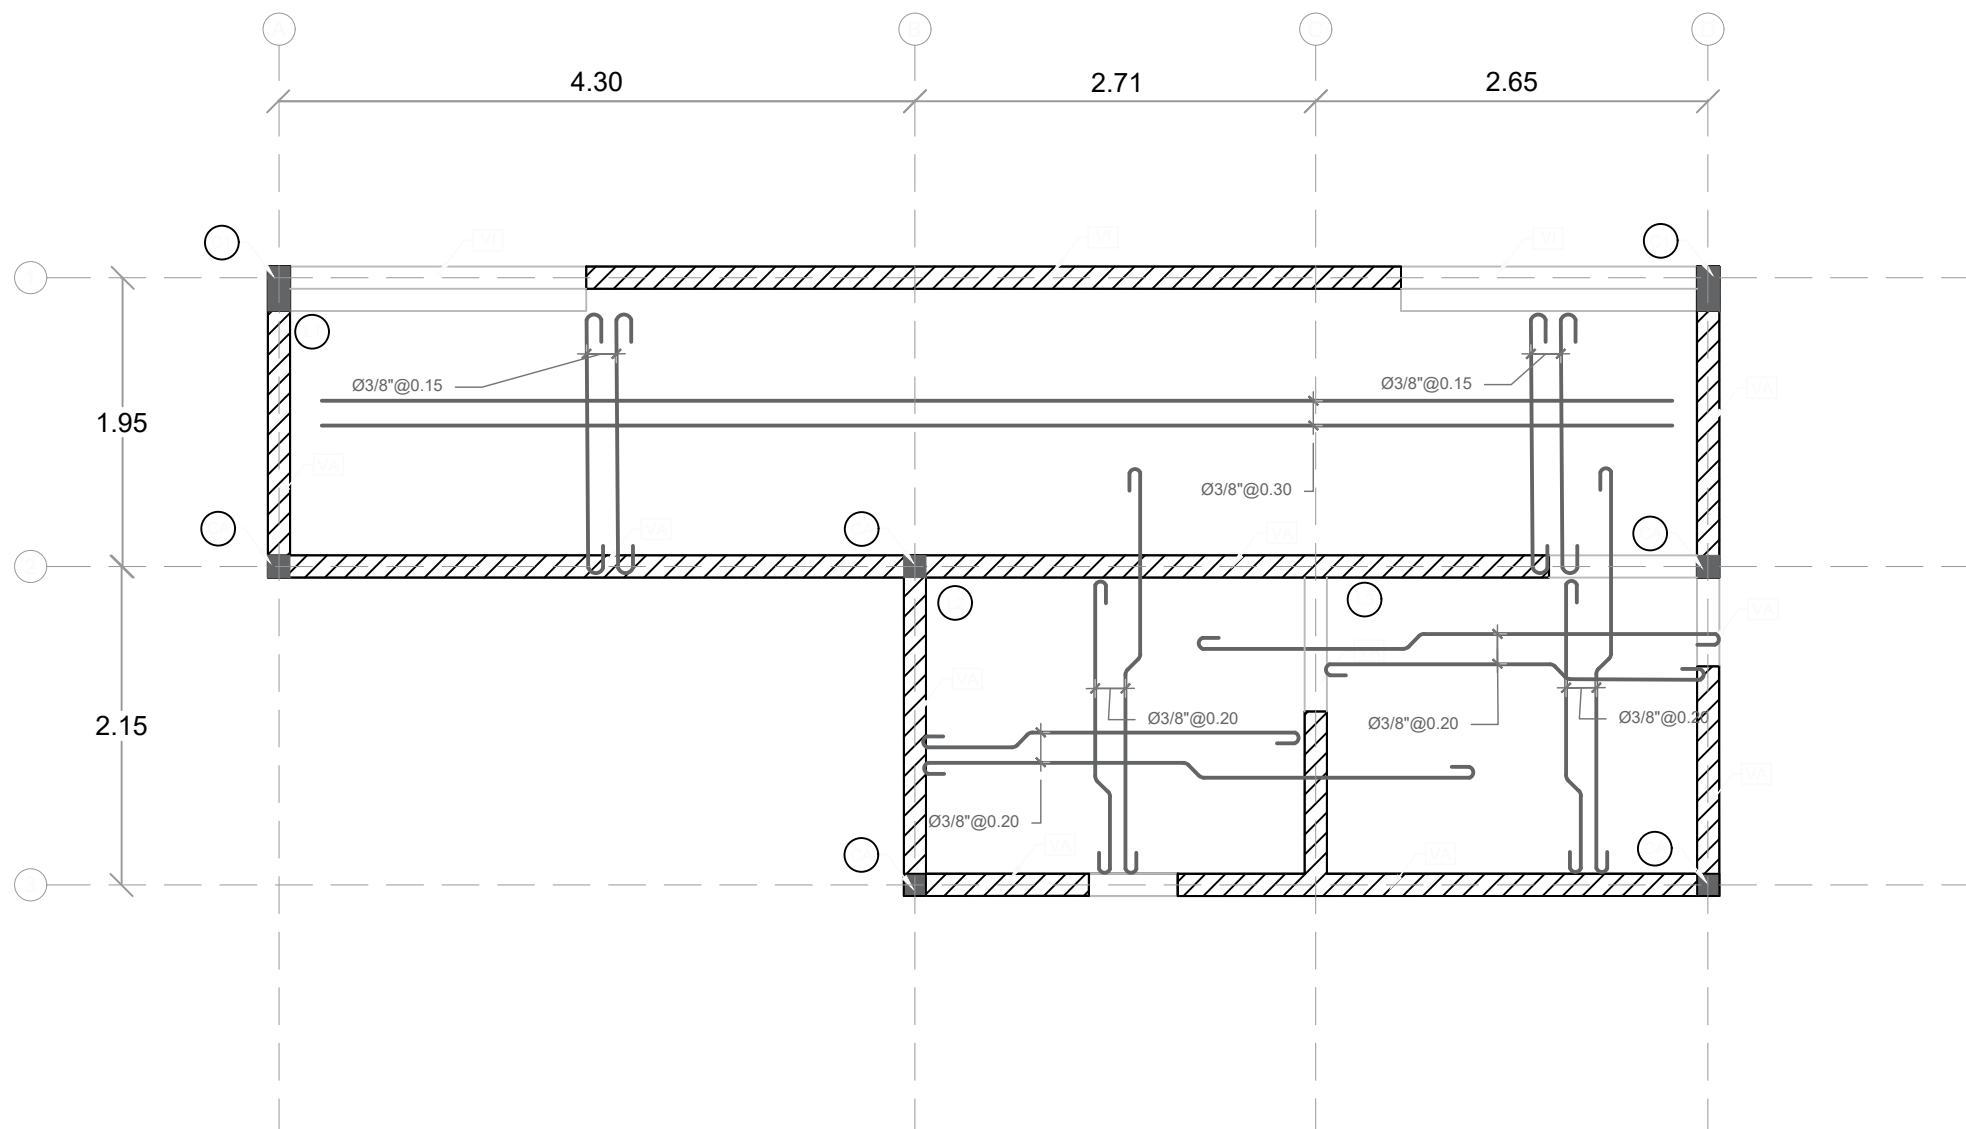

PLANTA ESTRUCTURAL DE TECHO - DUGOUT
ESC. 1:50

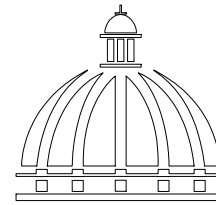

GOBIERNO DE LA
REPÚBLICA DOMINICANA

DIRECCION DE DESARROLLO
PROVINCIAL
DDP

Ave. Dr. Delgado, Esq. Moises García,
Gazcue, Sto. Dgo., R.D.
TEL.: (809)-364-2189 | FAX.: (809)- 688-1665
E-Mail: info@cpadp.gob.do

PROYECTO:

CONSTRUCCIÓN CAMPO DE BEISBOL
LAS TARANAS
MUNICIPIO VILLA RIVA, PROVINCIA
DUARTE

EQUIPO DE TRABAJO:

DISEÑO ARQUITECTÓNICO
ARQ.

codia 00000

ENC. INGENIERÍA
ING. FIOR DALIZA BONIFACIO
codia 00000

ESTRUCTURAL
ING. Leopoldo Berroa
codia 00000

ELÉCTRICO
ING. Juan Pérez
codia 00000

HIDRO-SANITARIO
ING. Francis Estévez
codia 00000

SELLO DE APROBACIÓN:

FECHA:

PLATA ESTRUCTURAL
DE TECHOS

PLANTA ARQUITECTÓNICA

ESCALA:

1:50

SEPTIEMBRE 2026

NO. PÁGINA:

020

PROYECTO:

**CONSTRUCCIÓN CAMPO DE BEISBOL
LAS TARANAS
MUNICIPIO VILLA RIVA, PROVINCIA
DUARTE**

EQUIPO DE TRABAJO:

DISEÑO ARQUITECTÓNICO
ARQ.

codia 00000

ENC. INGENIERÍA
ING. FIOR DALIZA BONIFACIO
codia 00000

ESTRUCTURAL
ING. Leopoldo Berroa
codia 00000

ELÉCTRICO
ING. Juan Pérez
codia 00000

HIDRO-SANITARIO
ING. Francis Estévez
codia 00000

SELLO DE APROBACIÓN:

FECHA:

CONTENIDO: **DETALLES
ESTRUCTURALES**
PLANTA ARQUITECTÓNICA


ESCALA:

1:50


SEPTIEMBRE 2026

NO. PÁGINA:


021

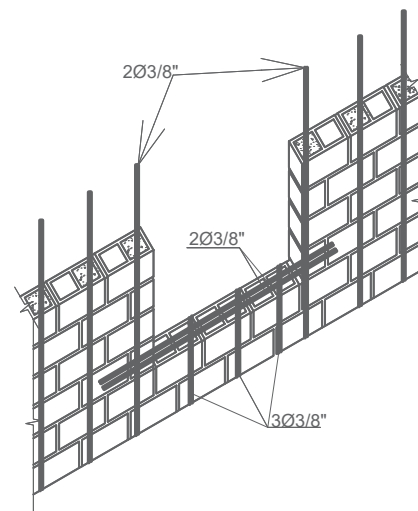


DETALLE REFUERZO ABERTURA VENTANA

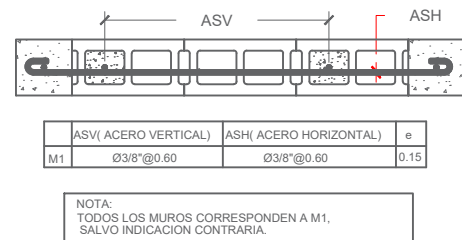

DETALLE REFUERZO MAMPOSTERIA

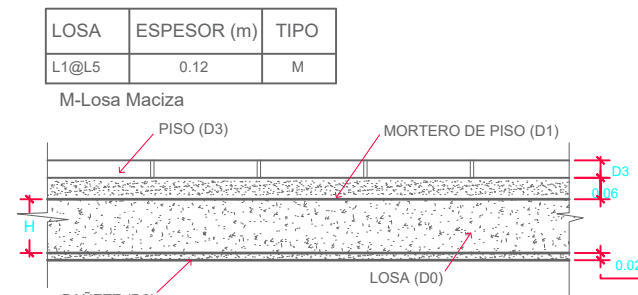

DETALLE DE LOSAS

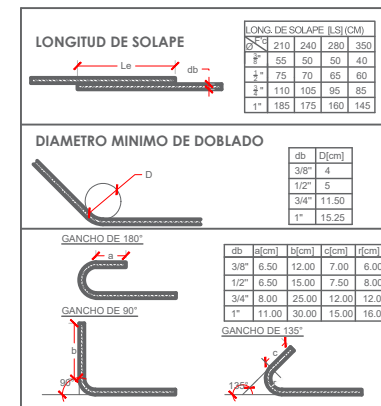

NOTA CARGA DE LOSAS:

1) CARGAS DE SERVICIOS.

1-A) CARGAS MUERTAS.

D0 = PESO PROPIO = 0.12m X 2400 Kg/m3

D0 = 288 Kg/m2

D1 = 0.06 m X 2100 Kg/m3

D1 = 126 Kg/m2

D2 = 0.02 m X 2100 Kg/m3 = 42 Kg/m2

D3 = 20 Kg/m2

1-B) CARGAS VIVAS

L1- HABITACIONES, PASILLO Y ESTAR

L2- BALCONES Y ESCALERAS

L1 = 200 Kg/m2

L2 = 400 Kg/m2

NOTA DE REFUERZOS

1-TODO ACERO LONGITUDINAL
CORRESPONDE A Ø3/8\"/>

2-TODO ACERO ADICIONAL
CORRESPONDE A Ø3/8\"/>

3-EL ACERO DE REFUERZO A SER
COLOCADO PRIMERO SERA AQUEL
CON MENOR ESPACIAMIENTO.

CALIDAD DE LOS MATERIALES

1- Concreto:

F'c= 210 Kg/cm²

2- Barra de refuerzo corrugado (Varillas)

Fy= 4,200 Kg/cm² (Grado 60)

3- Malla Electrosoldada

Fy= 5,600 Kg/cm² (Grado 80)

4- Bloques de concreto


Fb≥ 60 Kg/cm².

5- Mortero en junta


F'j≥ 80 Kg/cm²

6- Hormigón en cámara



F'cm≥ 120 Kg/cm².

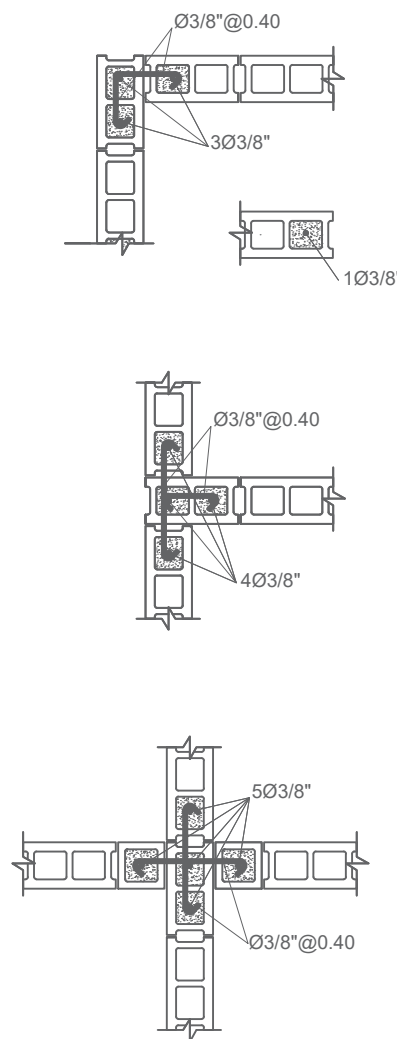

DETALLE INTERSECCIONES DE MURO

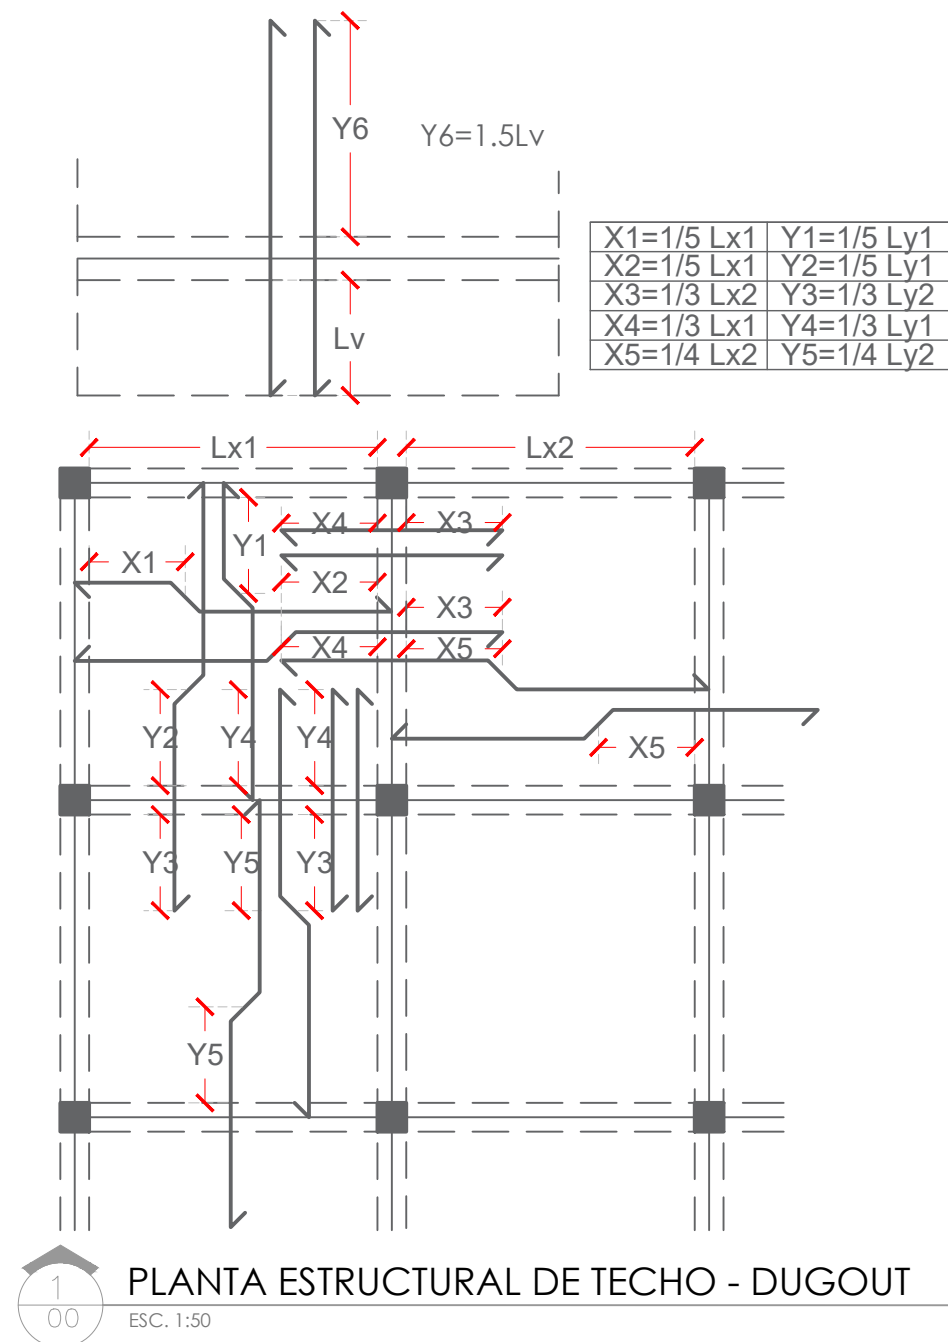

1
00 PLANTA ESTRUCTURAL DE TECHO - DUGOUT
ESC. 1:50

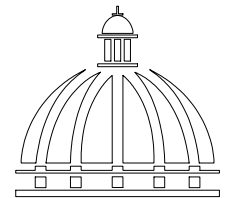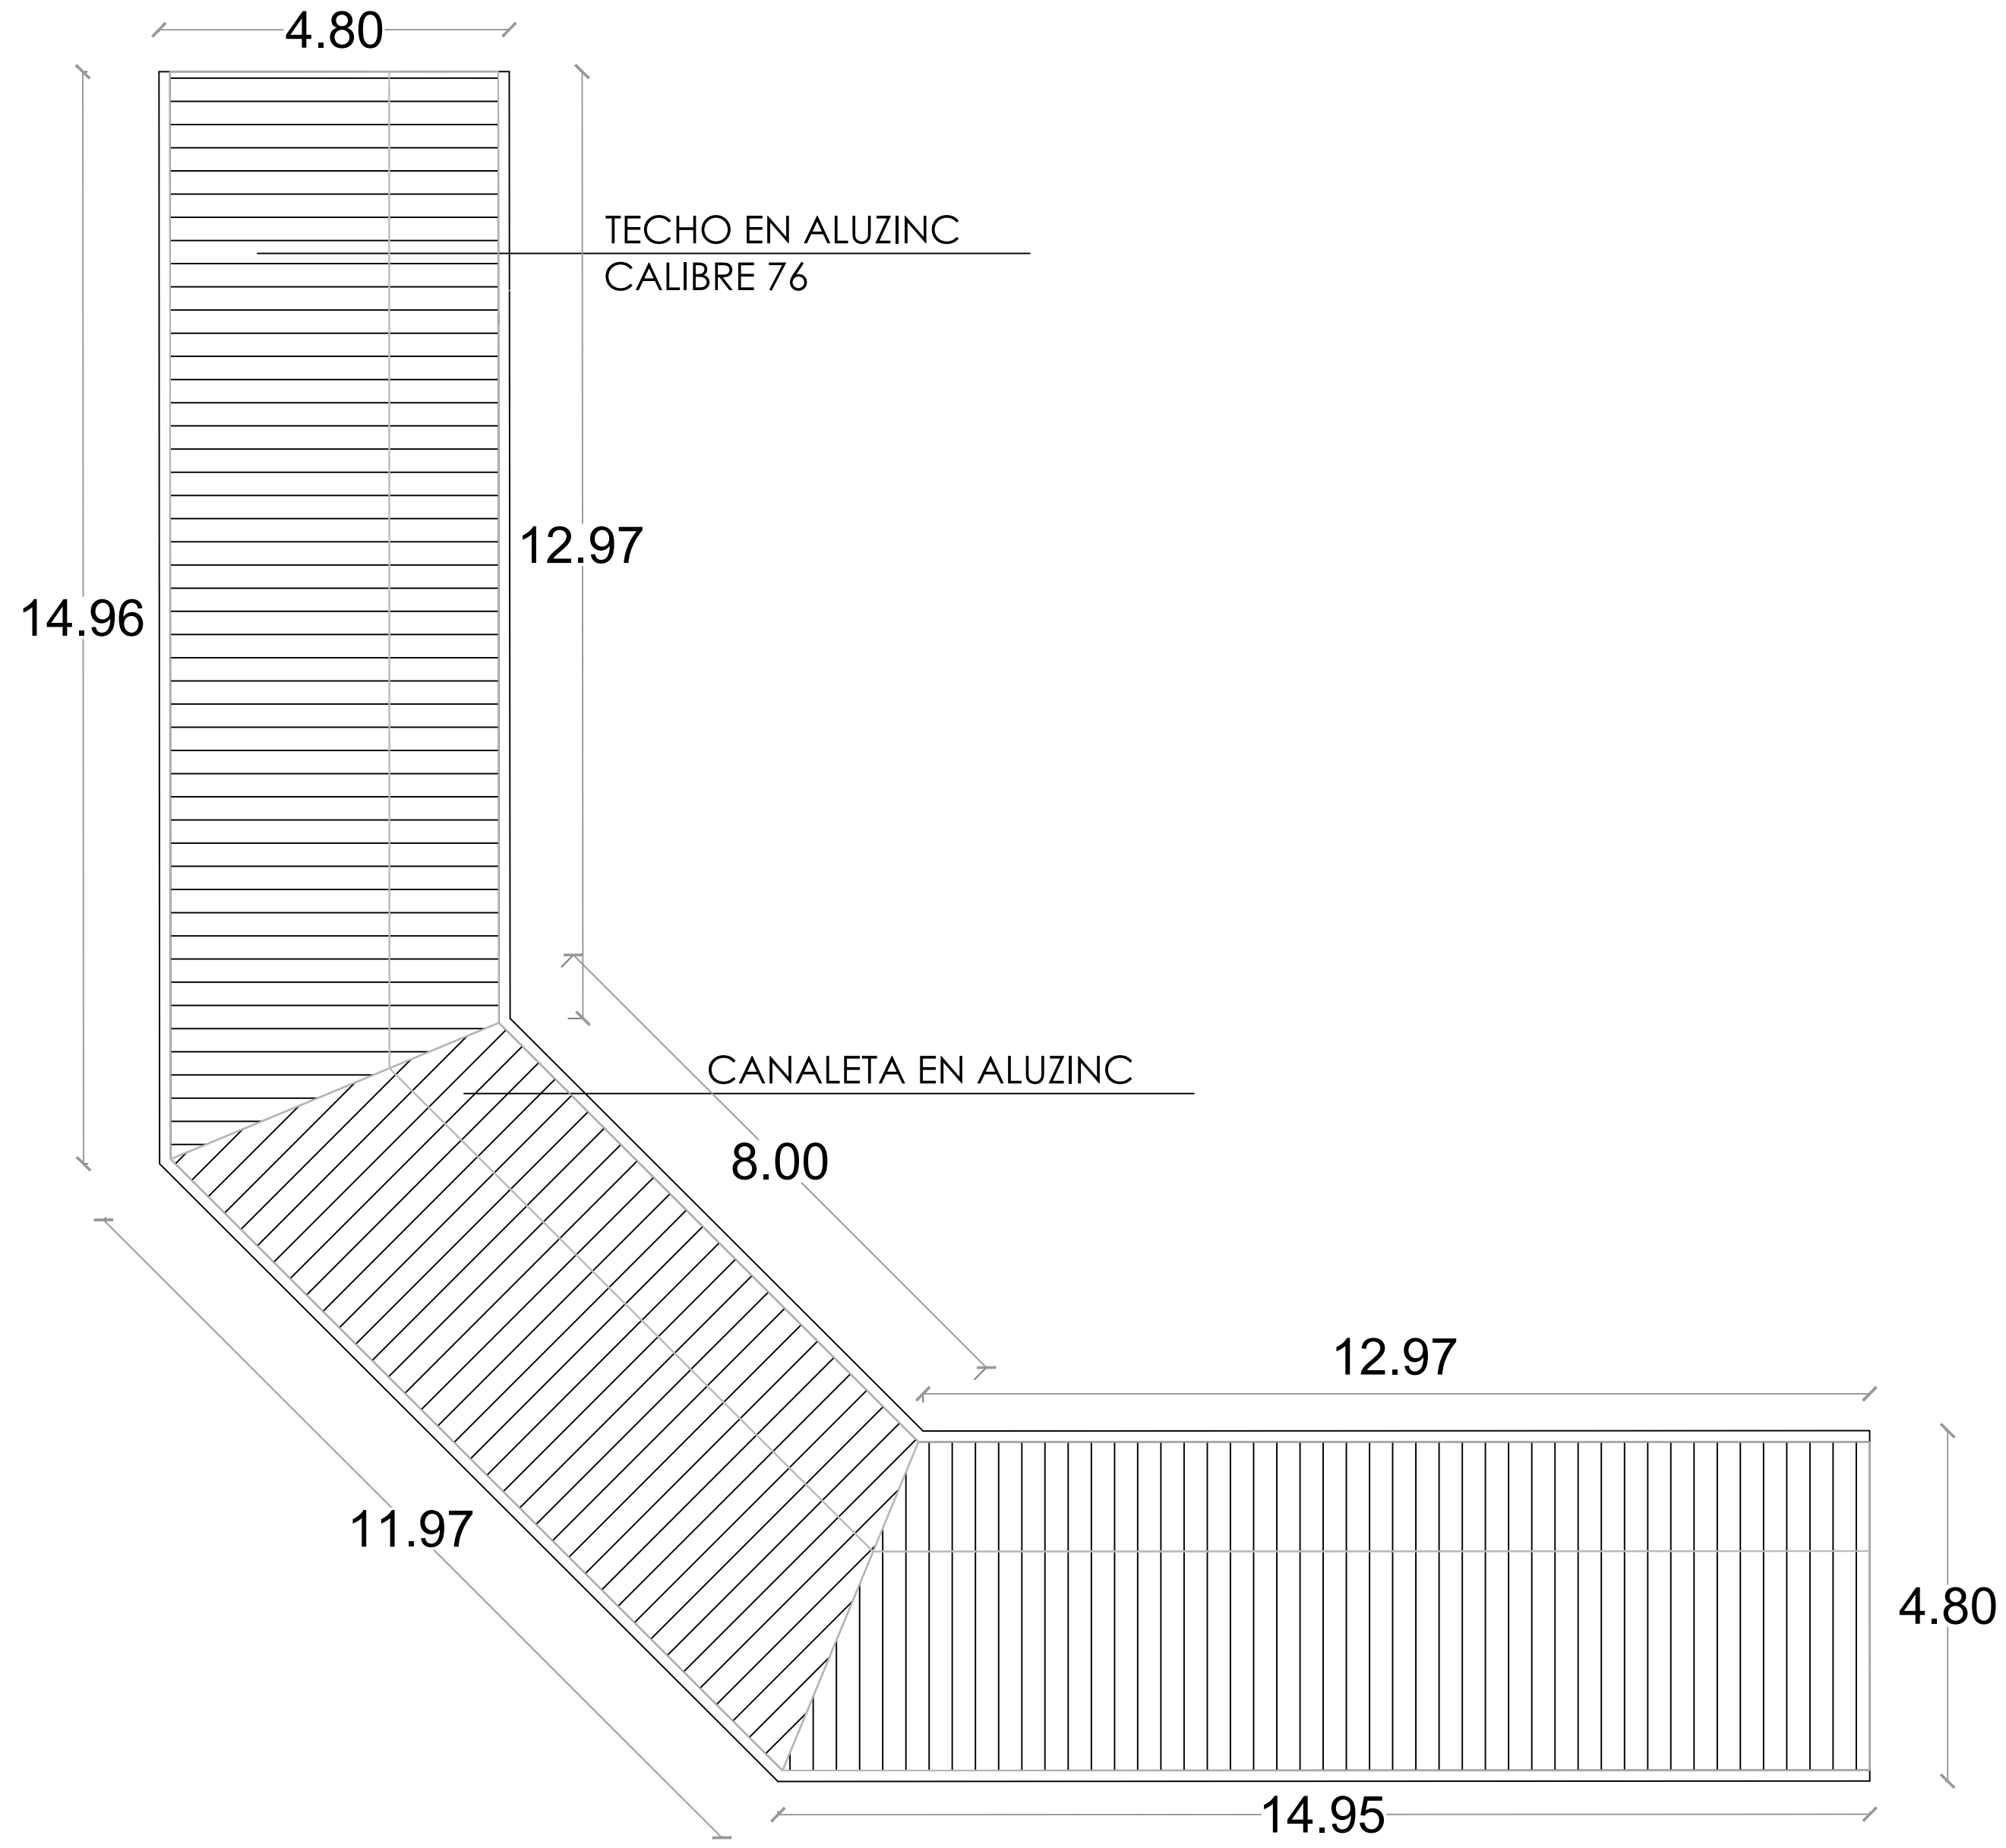

Gobierno de la
República Dominicana

DIRECCION DE DESARROLLO
PROVINCIAL
DDP

Ave. Dr. Delgado, Esq. Moises García,
Gazcue, Sto. Dgo., R.D.
TEL.: (809)-364-2189 | FAX.: (809)- 688-1665
E-Mail: info@cpadp.gob.do

PROYECTO:
**CONSTRUCCIÓN CAMPO DE BEISBOL
LAS TARANAS
MUNICIPIO VILLA RIVA, PROVINCIA
DUARTE**

EQUIPO DE TRABAJO:

DISEÑO ARQUITECTÓNICO
ARQ. _____
codia 00000

ENC. INGENIERÍA
ING. FIOR DALIZA BONIFACIO
codia 00000

ESTRUCTURAL
ING. Leopoldo Berroa
codia 00000

ELÉCTRICO
ING. Juan Pérez
codia 00000

HIDRO-SANITARIO
ING. Francis Estévez
codia 00000

SELLO DE APROBACIÓN:

FECHA: _____

CONTENIDO:

PLANTA DE TECHOS - GRADAS

ESCALA:

1:75

SEPTIEMBRE 2026

NO. PÁGINA:

022

PROYECTO:
**CONSTRUCCIÓN CAMPO DE BEISBOL
LAS TARANAS
MUNICIPIO VILLA RIVA, PROVINCIA
DUARTE**

EQUIPO DE TRABAJO:
DISEÑO ARQUITECTÓNICO
ARQ.
codia 00000

ENC. INGENIERÍA
ING. FIOR DALIZA BONIFACIO
codia 00000

ESTRUCTURAL
ING. Leopoldo Berroa
codia 00000

ELÉCTRICO
ING. Juan Pérez
codia 00000

HIDRO-SANITARIO
ING. Francis Estévez
codia 00000

SELLO DE APROBACIÓN:


FECHA:

CONTENIDO:
PLANTA DE LOSAS - GRADAS

ESCALA:
1:75

SEPTIEMBRE 2026

NO. PÁGINA:
023

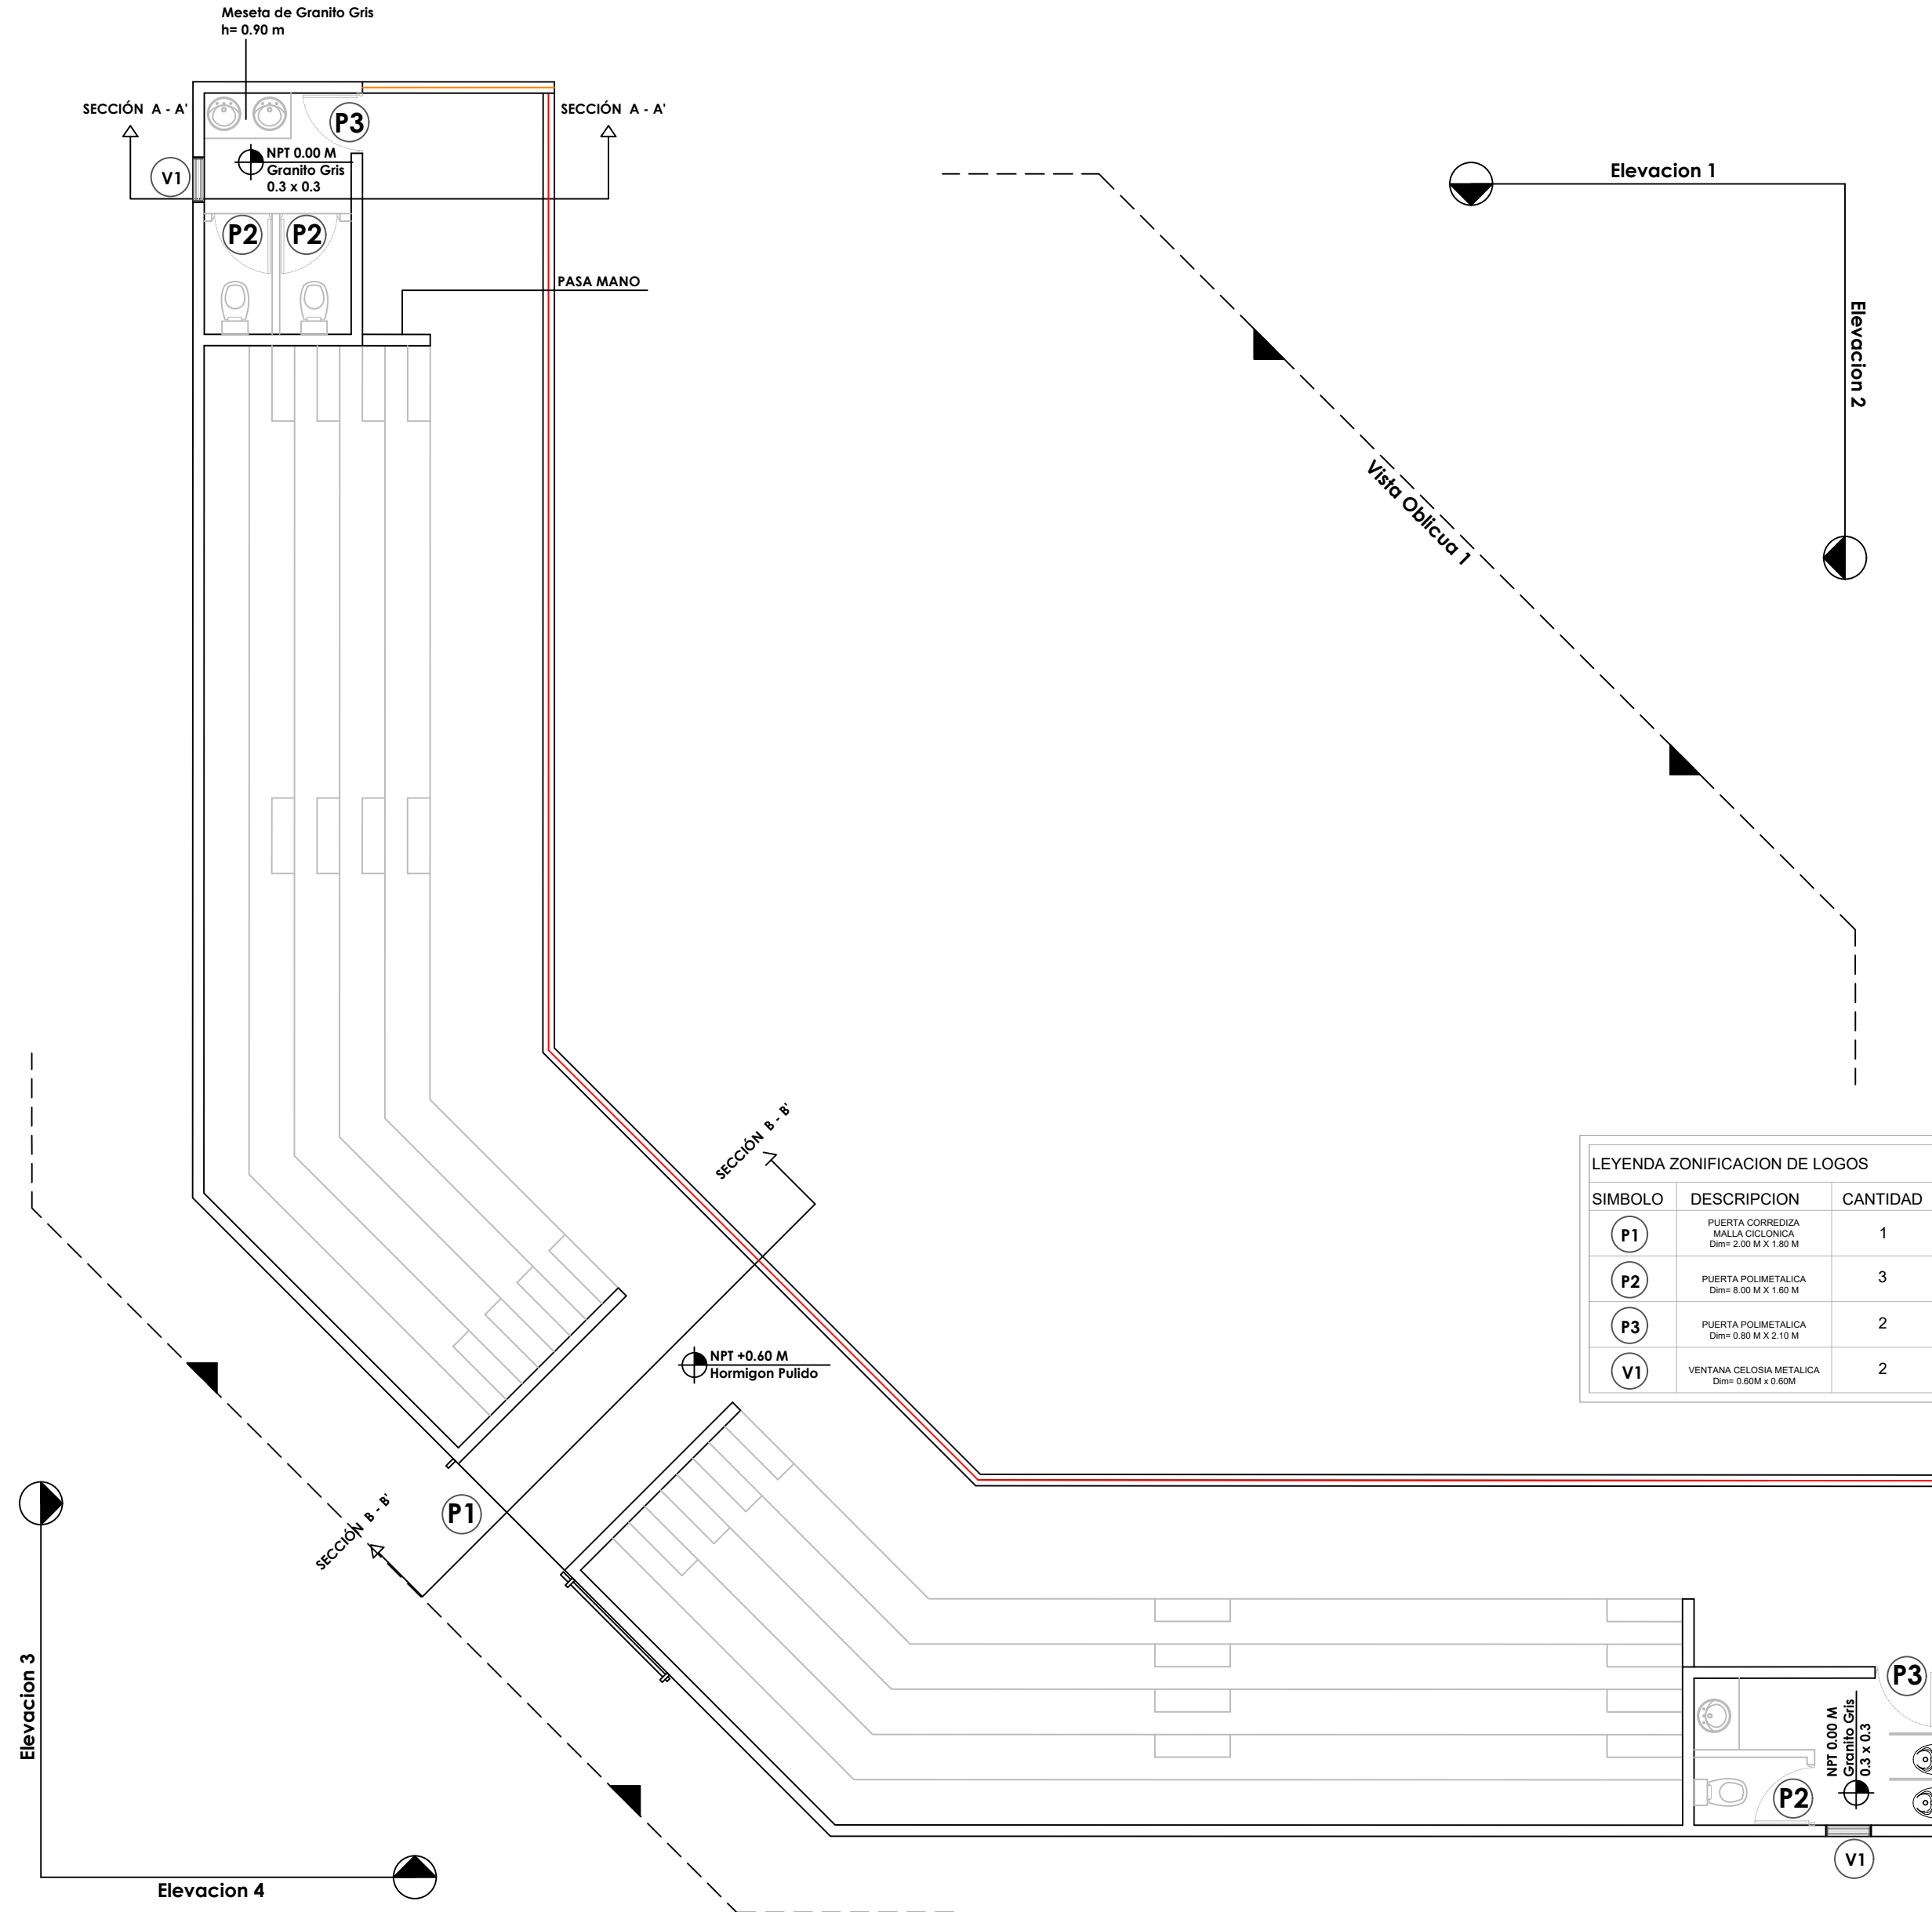

PROYECTO:
**CONSTRUCCIÓN CAMPO DE BEISBOL
LAS TARANAS
MUNICIPIO VILLA RIVA, PROVINCIA
DUARTE**

EQUIPO DE TRABAJO:

DISEÑO ARQUITECTÓNICO
ARQ. _____
codia 00000

ENC. INGENIERÍA
ING. FIOR DALIZA BONIFACIO
codia 00000

ESTRUCTURAL
ING. Leopoldo Berroa
codia 00000

ELÉCTRICO
ING. Juan Pérez
codia 00000

HIDRO-SANITARIO
ING. Francis Estévez
codia 00000

SELLO DE APROBACIÓN:

FECHA: _____

CONTENIDO:

PLANTA DE LOSAS - GRADAS


ESCALA:

1:75

SEPTIEMBRE 2026

NO. PÁGINA:

024

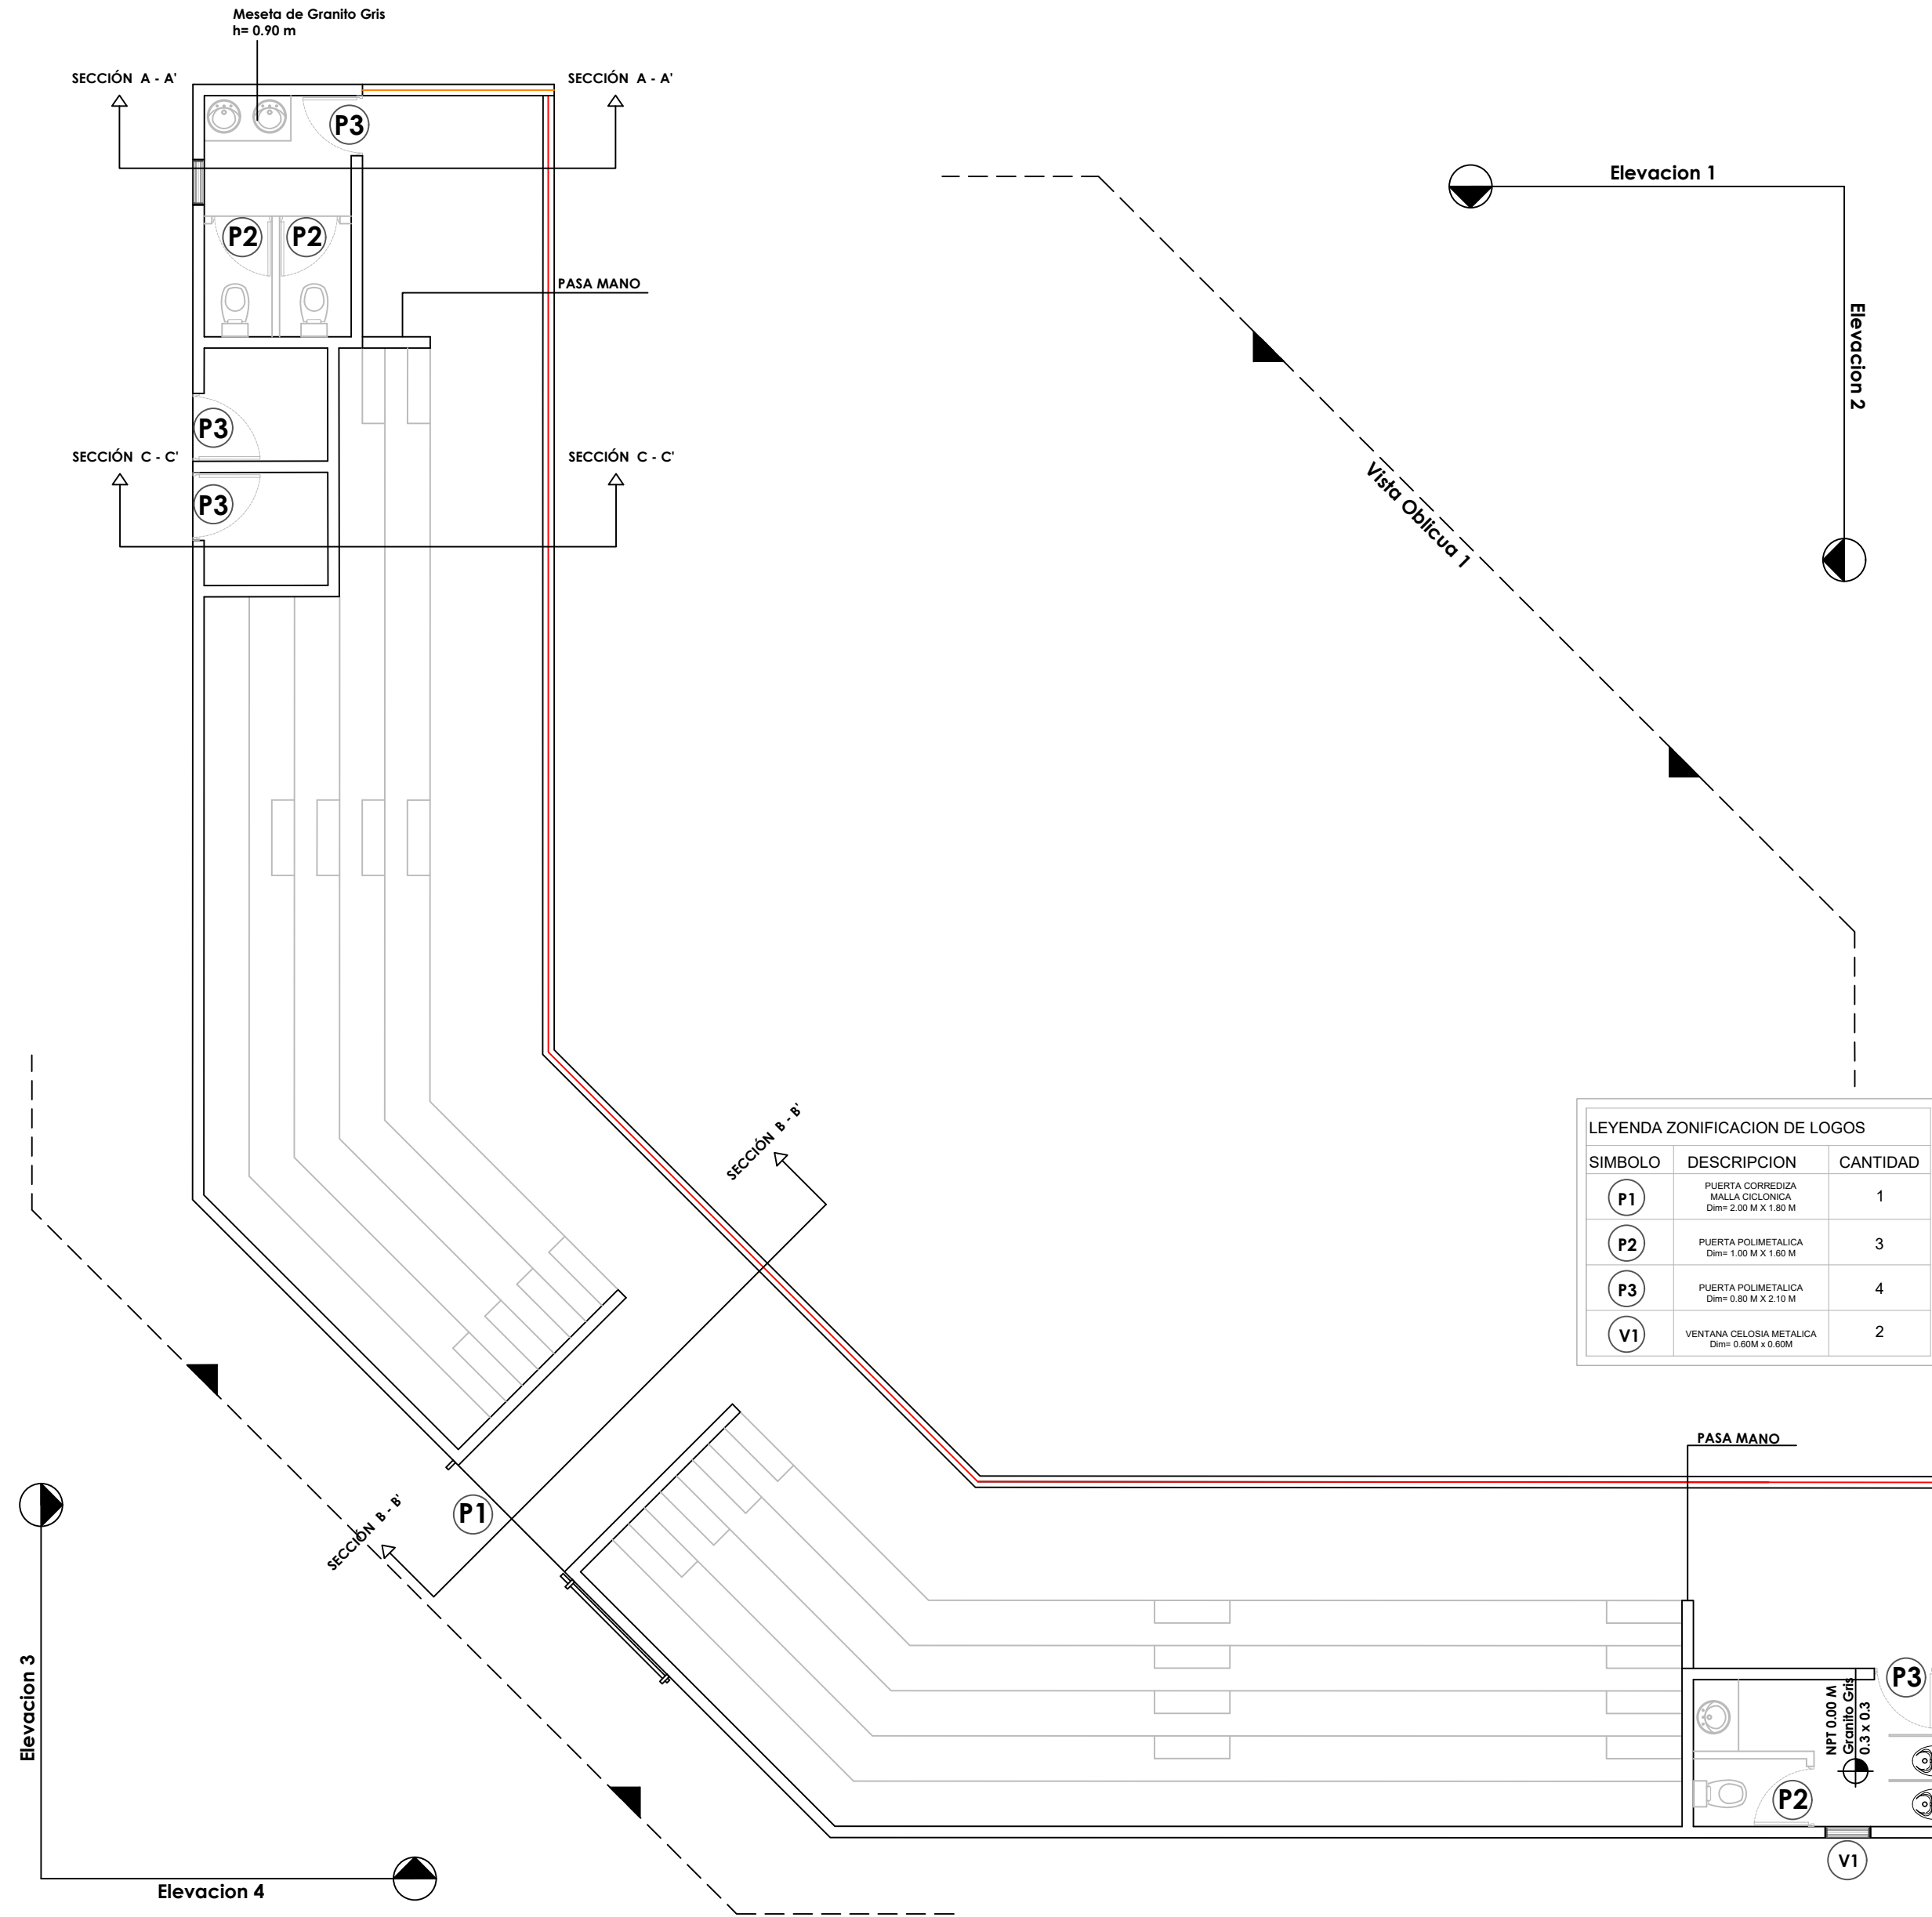

PROYECTO:
**CONSTRUCCIÓN CAMPO DE BEISBOL
LAS TARANAS
MUNICIPIO VILLA RIVA, PROVINCIA
DUARTE**

EQUIPO DE TRABAJO:
DISEÑO ARQUITECTÓNICO
ARQ. _____
codia 00000

ENC. INGENIERÍA
ING. FIOR DALIZA BONIFACIO
codia 00000

ESTRUCTURAL
ING. Leopoldo Berroa
codia 00000

ELÉCTRICO
ING. Juan Pérez
codia 00000

HIDRO-SANITARIO
ING. Francis Estévez
codia 00000

SELLO DE APROBACIÓN:

FECHA: _____

CONTENIDO:

PLANTA DIMENSIONADA


ESCALA:

1:75

SEPTIEMBRE 2026

NO. PÁGINA:

025

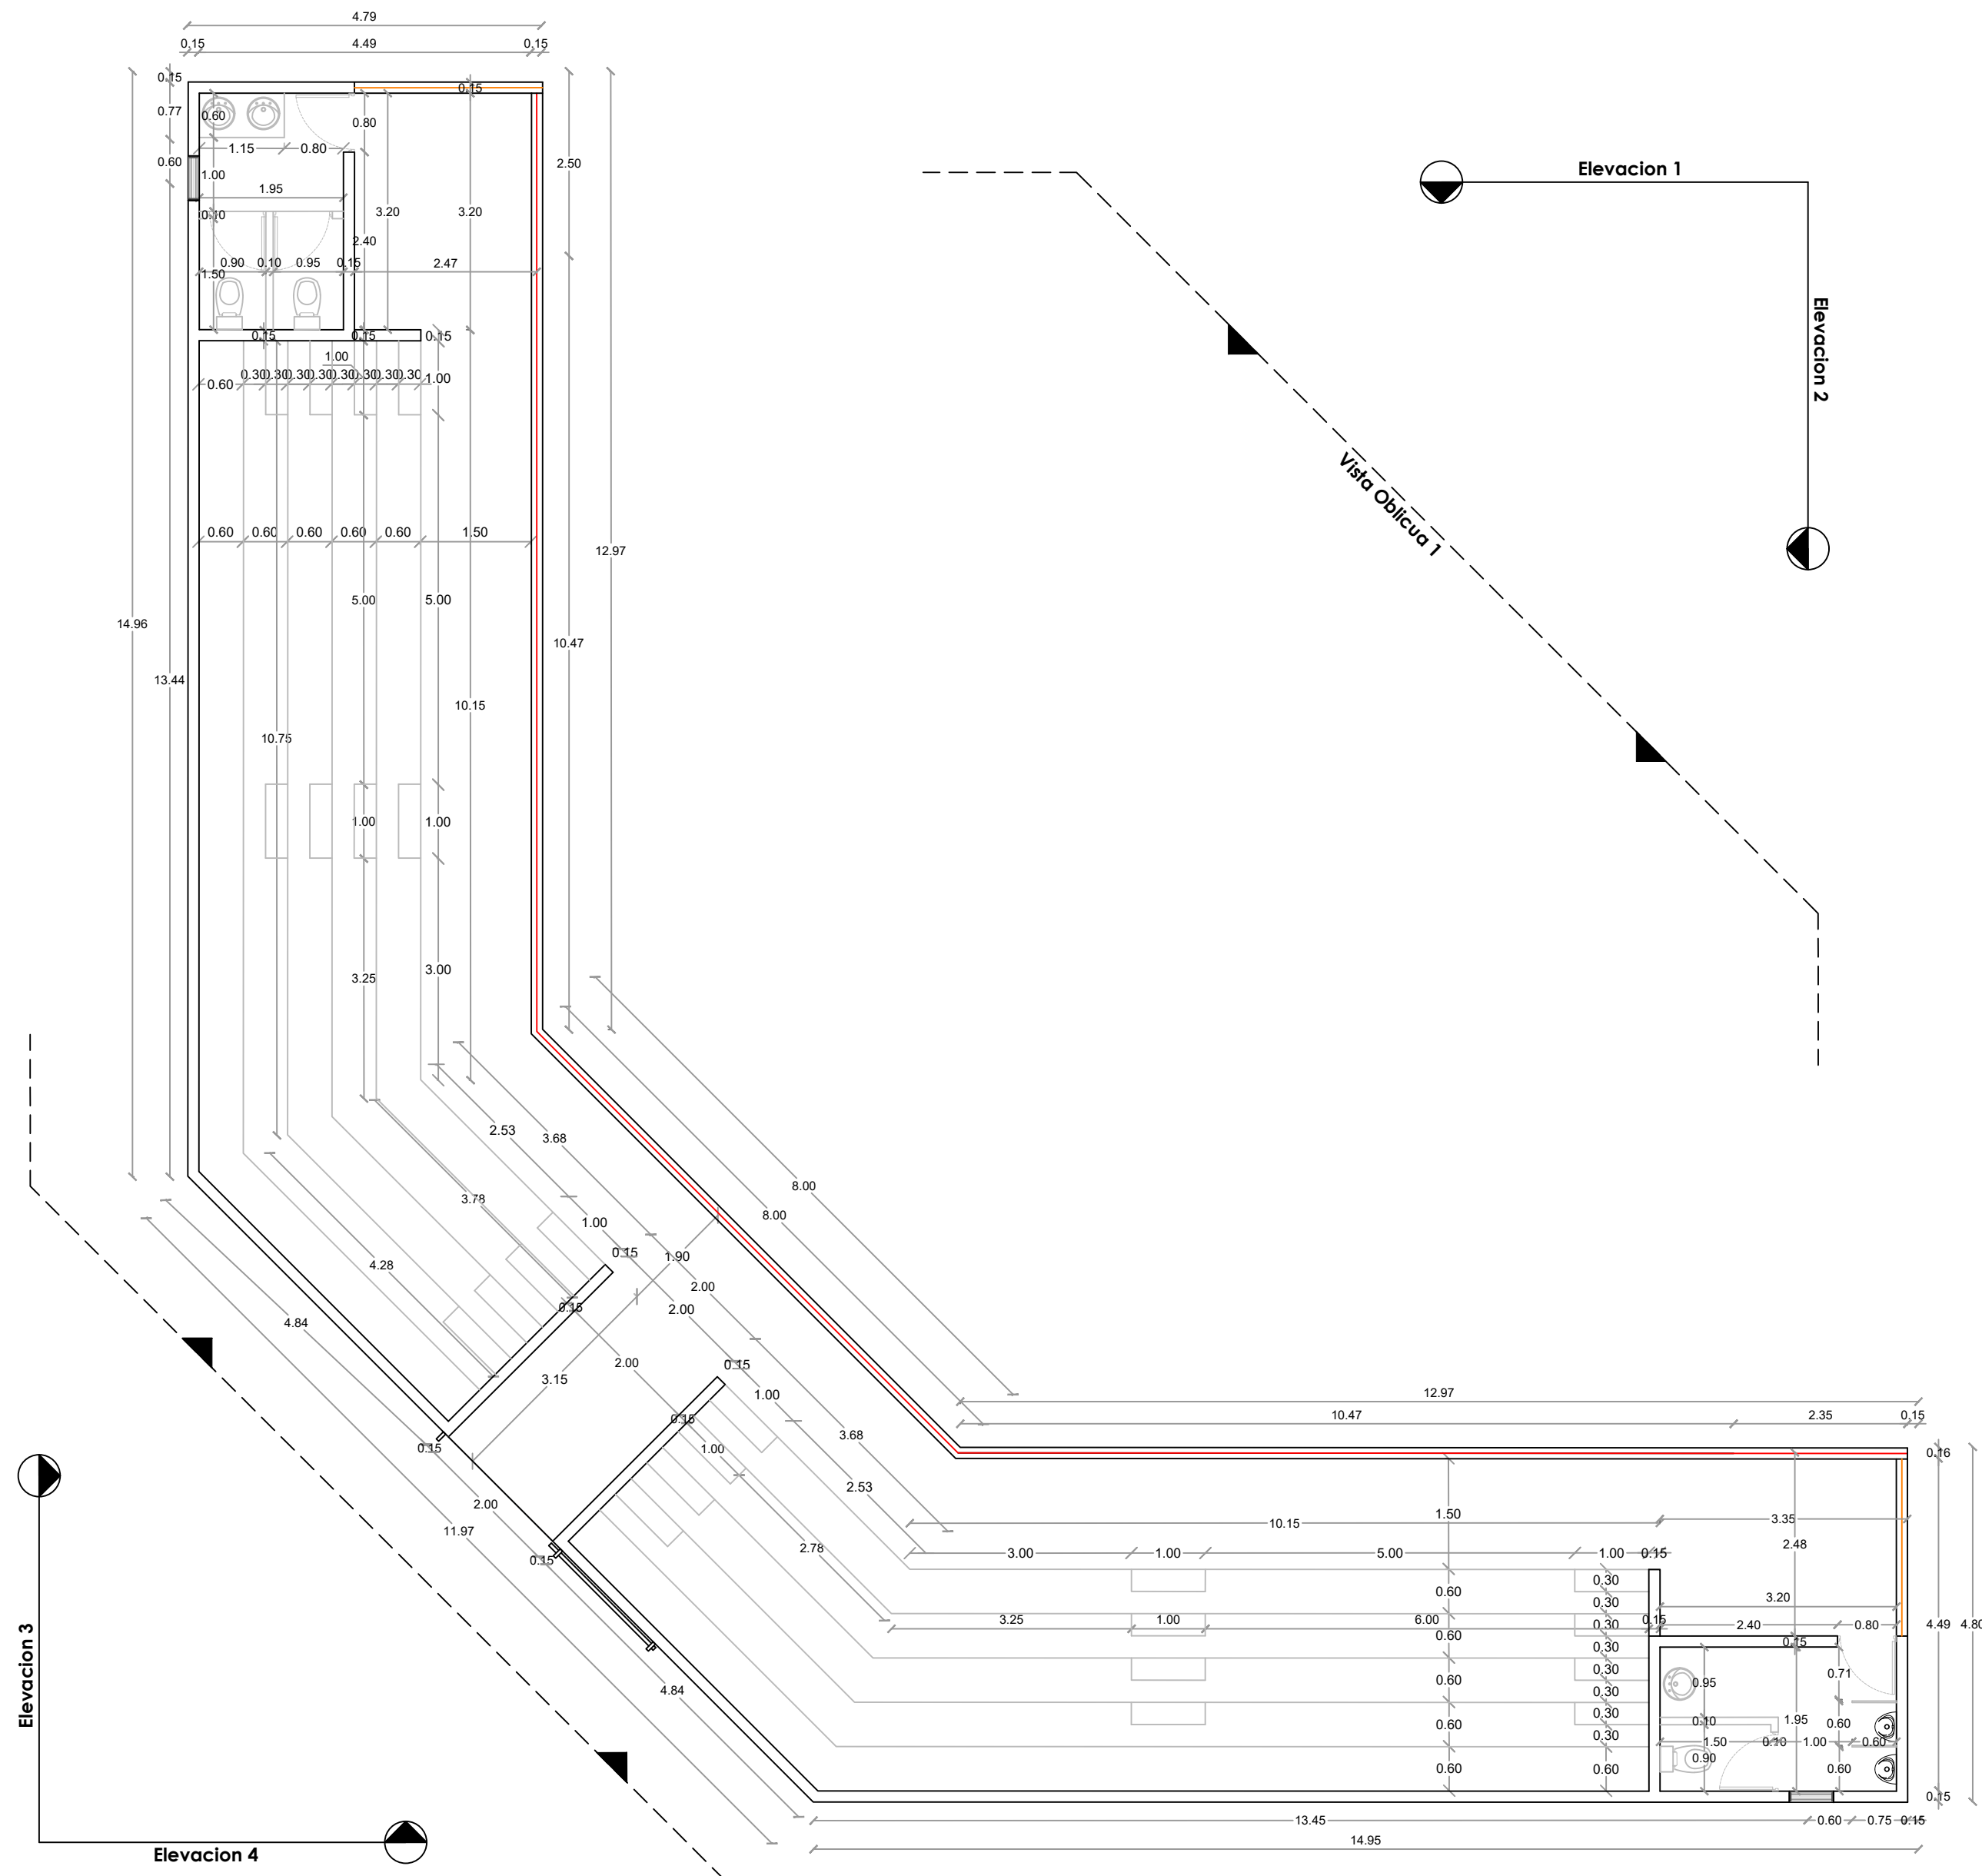



Ave. Dr. Delgado, Esq. Moises García,
Gazcue, Sto. Dgo., R.D.
TEL.: (809)-364-2189 | FAX.: (809)- 688-1665
E-Mail: info@cpadp.gob.do

CONSTRUCCIÓN CAMPO DE BEISBOL
LAS TARANAS
MUNICIPIO VILLA RIVA, PROVINCIA
DUARTE

codia 00000

codia 00000

codia 00000

codig 00000

ancis Estevez
codig 00000

FECHA:


PLANTA DIMENSIONADA


1:75

SEPTIEMBRE 2026


NO. PÁGINA:

026

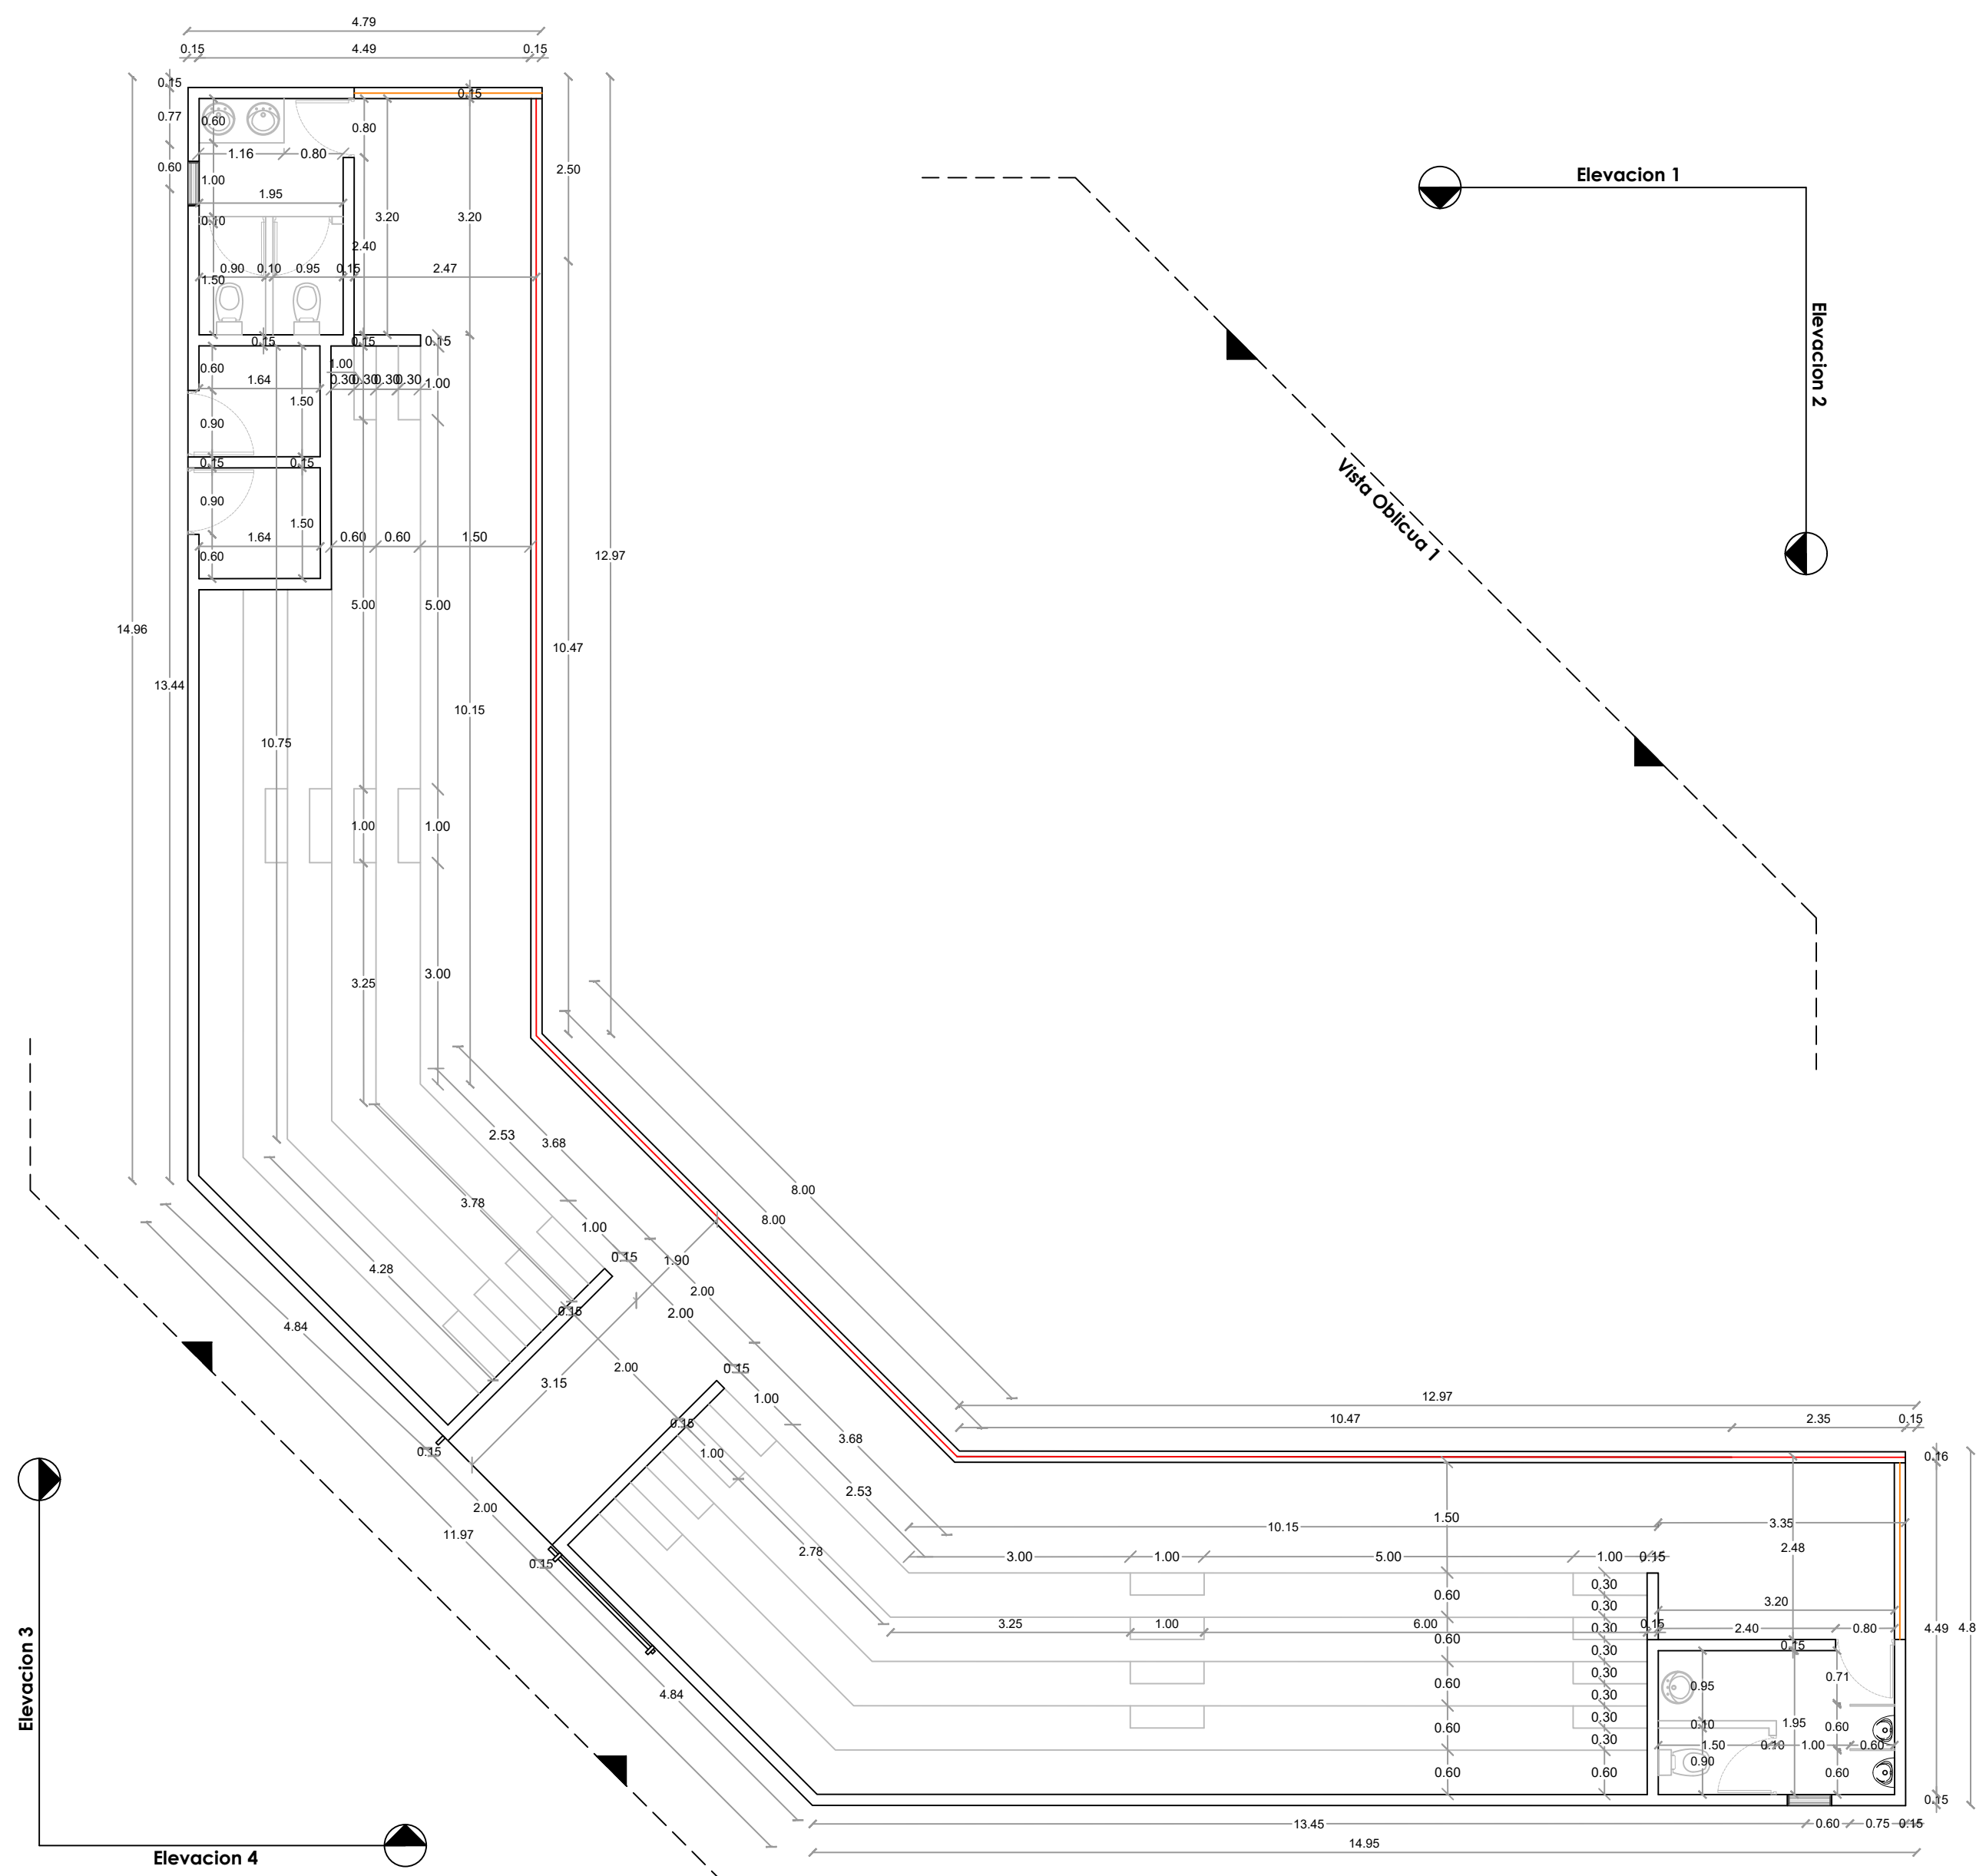


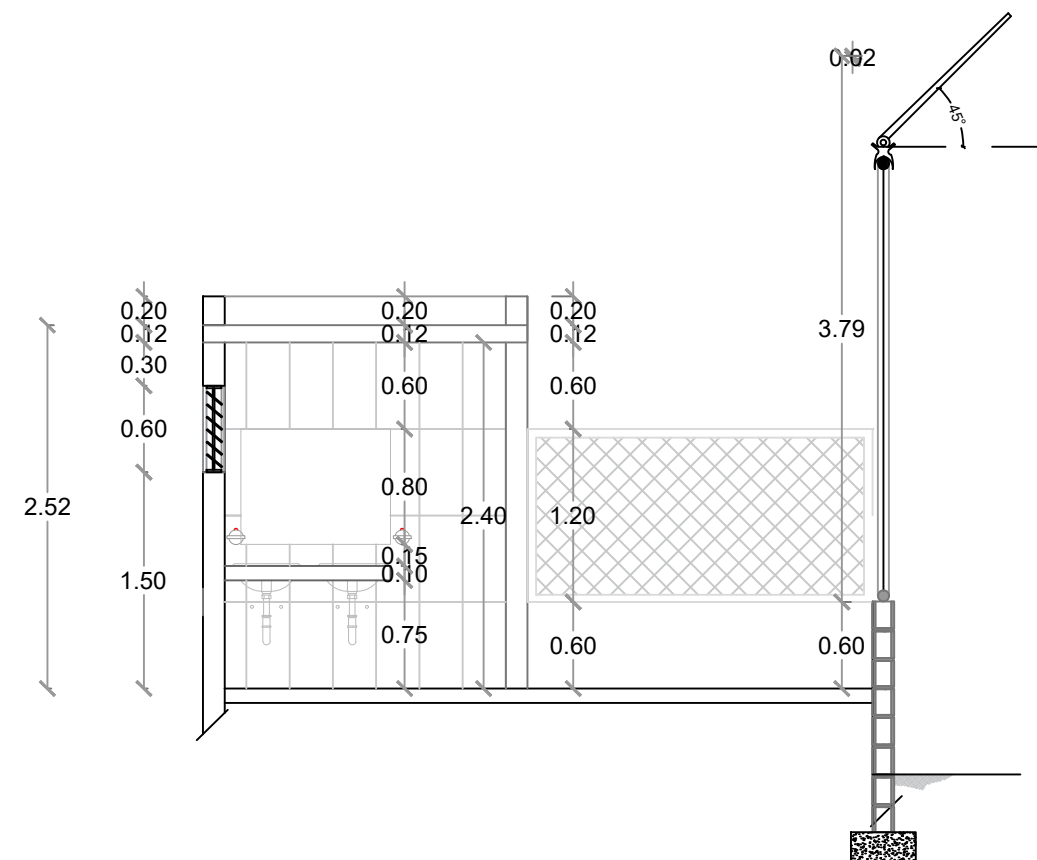


SECCIÓN A-A' - DIMENSIONADA - GRADAS
ESC. 1:50

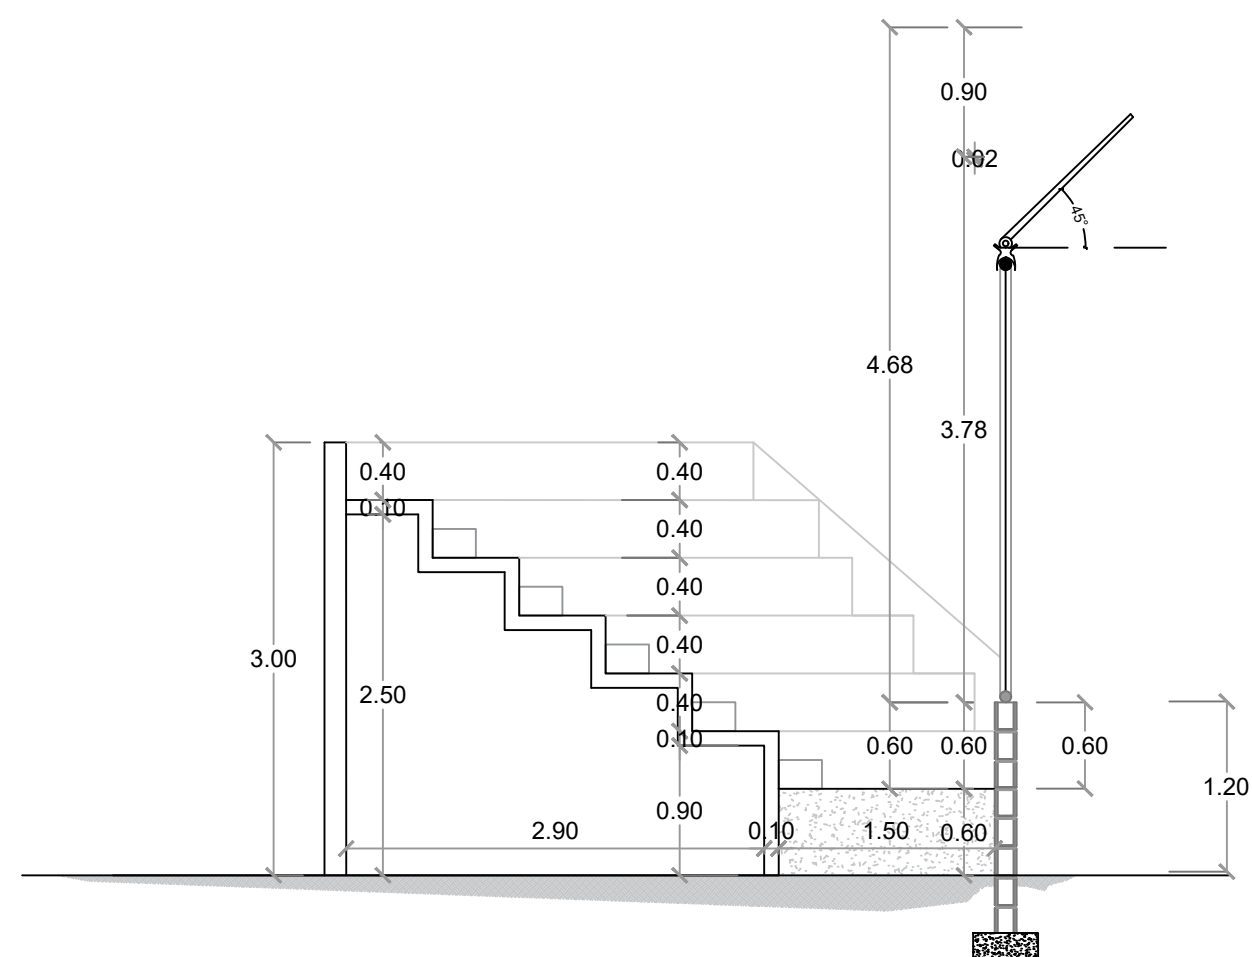

SECCIÓN B-B' - DIMENSIONADA - GRADAS
ESC. 1:50

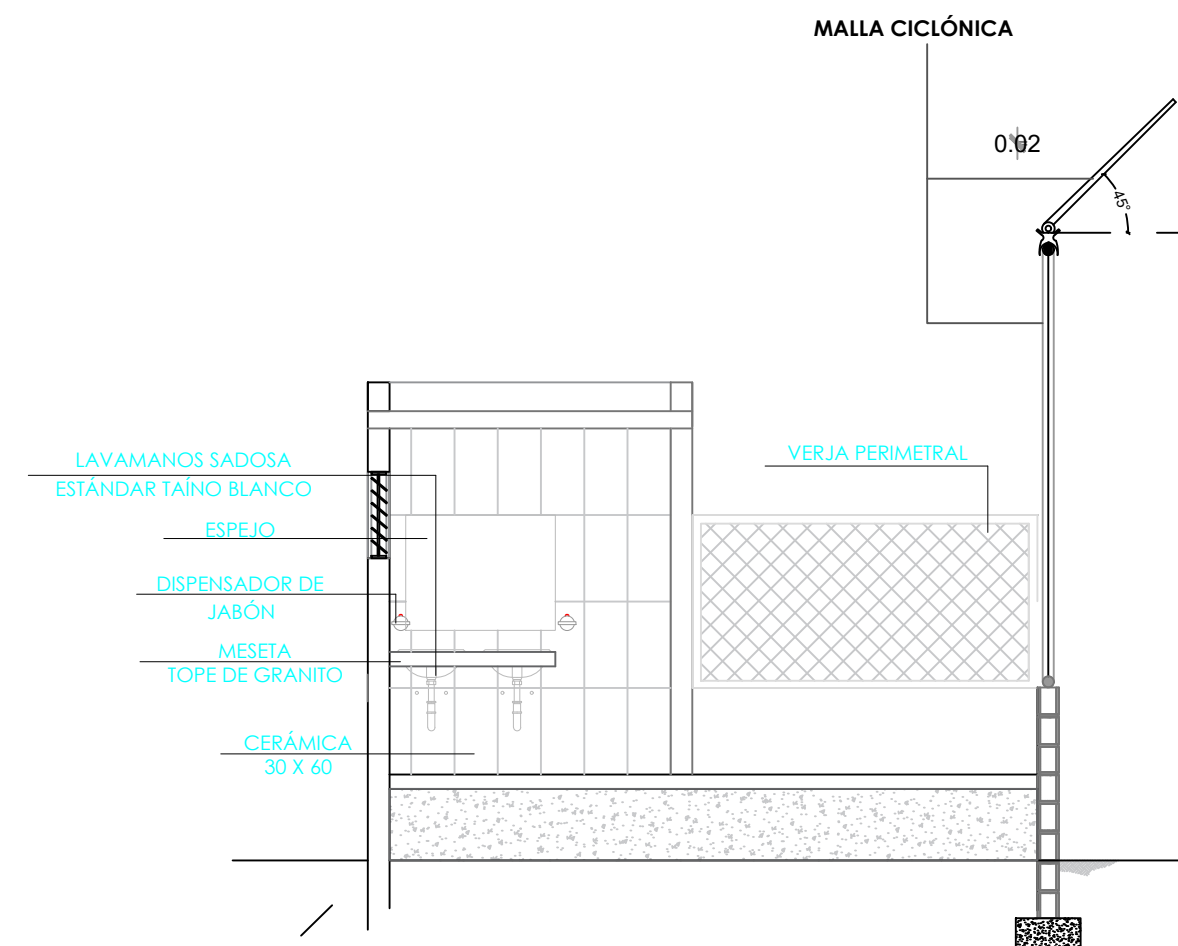

SECCIÓN A-A' - DETALLES - GRADAS
ESC. 1:50

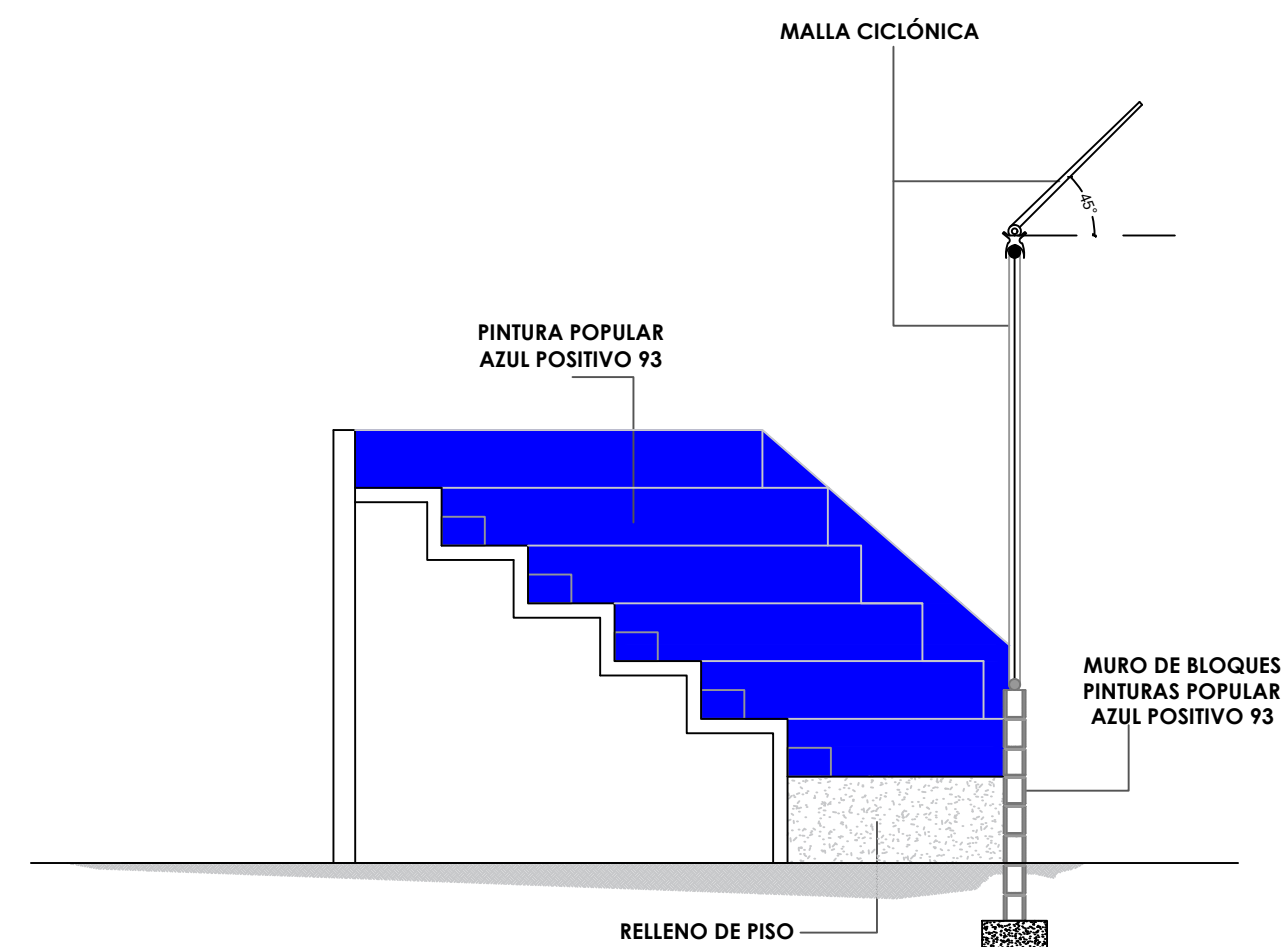

SECCIÓN B-B' - DETALLES - GRADAS
ESC. 1:50



**DIRECCION DE DESARROLLO
PROVINCIAL
DDP**

Ave. Dr. Delgado, Esq. Moises García,
Gazcue, Sto. Dgo., R.D.
TEL.: (809)-364-2189 | FAX.: (809)- 688-1665
E-Mail: info@cpadp.gob.do

PROYECTO:

**CONSTRUCCIÓN CAMPO DE BEISBOL
LAS TARANAS
MUNICIPIO VILLA RIVA, PROVINCIA
DUARTE**

EQUIPO DE TRABAJO:

DISEÑO ARQUITECTÓNICO
ARQ.

codia 00000 —

ENC. INGENIERÍA
ING. FIOR DALIZA BONIFACIO
codia 00000

ESTRUCTURAL
ING. Leopoldo Berroa
codia 00000

ELÉCTRICO
ING. Juan Pérez
codia 00000

HIDRO-SANITARIO
ING. Francis Estévez
codia 00000

SELO DE APROBACIÓN:

FECHA:

CONTENIDO:

SECCIONES

ESCALA:

1:50

SEPTIEMBRE 2026

NO. PÁGINA:

027



**DIRECCION DE DESARROLLO
PROVINCIAL
DDP**

Ave. Dr. Delgado, Esq. Moises García,
Gazcue, Sto. Dgo., R.D.
TEL.: (809)-364-2189 | FAX.: (809)- 688-1665
E-Mail: info@cpadp.gob.do

PROYECTO:

CONSTRUCCIÓN CAMPO DE BEISBOL
LAS TARANAS
MUNICIPIO VILLA RIVA, PROVINCIA
DUARTE

EQUIPO DE TRABAJO:

DISEÑO ARQUITECTÓNICO
ARQ.

codia 00000

ENC. INGENIERÍA

ING. FIOR DALIZA BONIFACIO
codia 00000 _____

codia 00000

ESTRUCTURAL

ING. Leopoldo Berroa
codia 00000

ELÉCTRICO

ING. Juan Pérez
codia 00000

HIDRO-SANITARIO

ING. Francis Estévez
codia 00000

SELO DE APROBACIÓN:

FECHA:

CONTENIDO:


SECCIONES

ESCALA:


SEPTIEMBRE 2026

NO. PÁGINA:


028

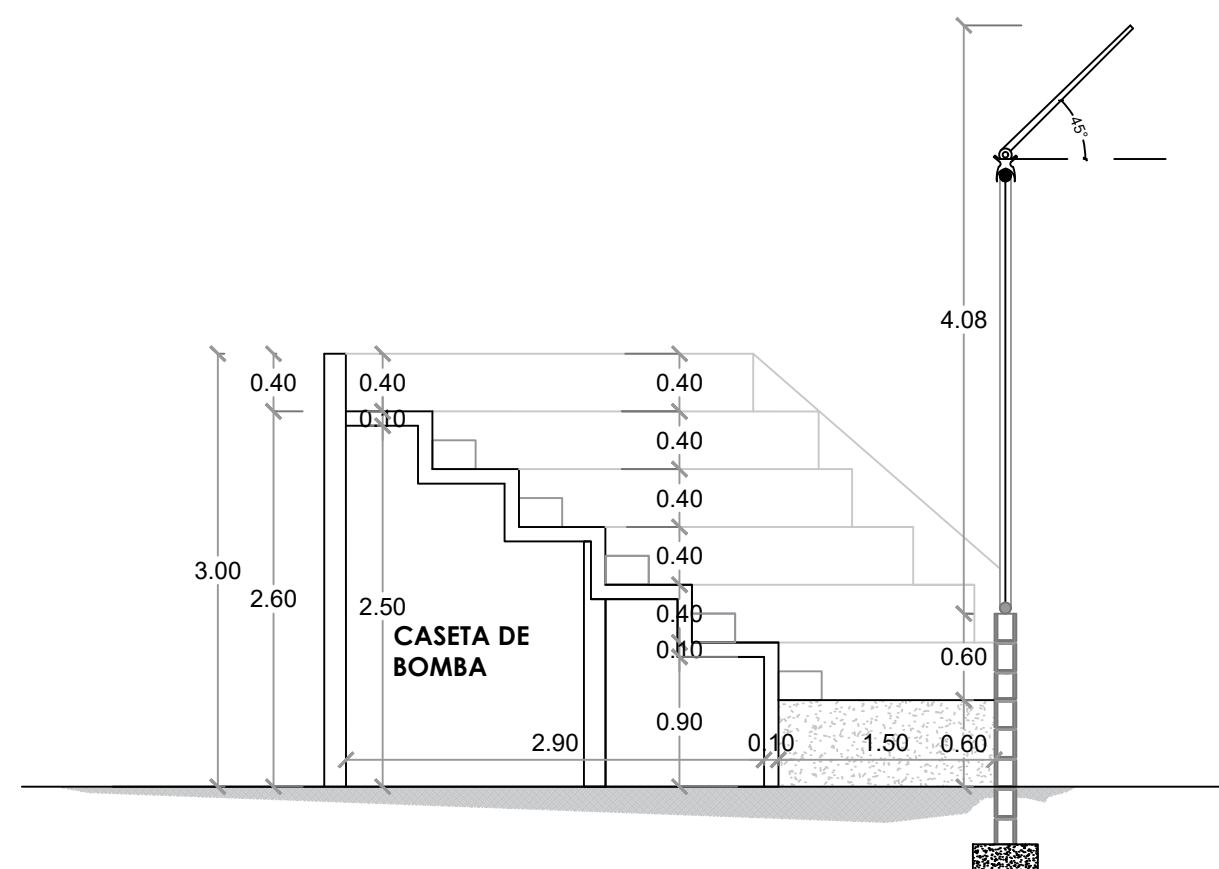


SECCIÓN C-C - DIMENSIONADA - GRADAS
ESC. 1:50

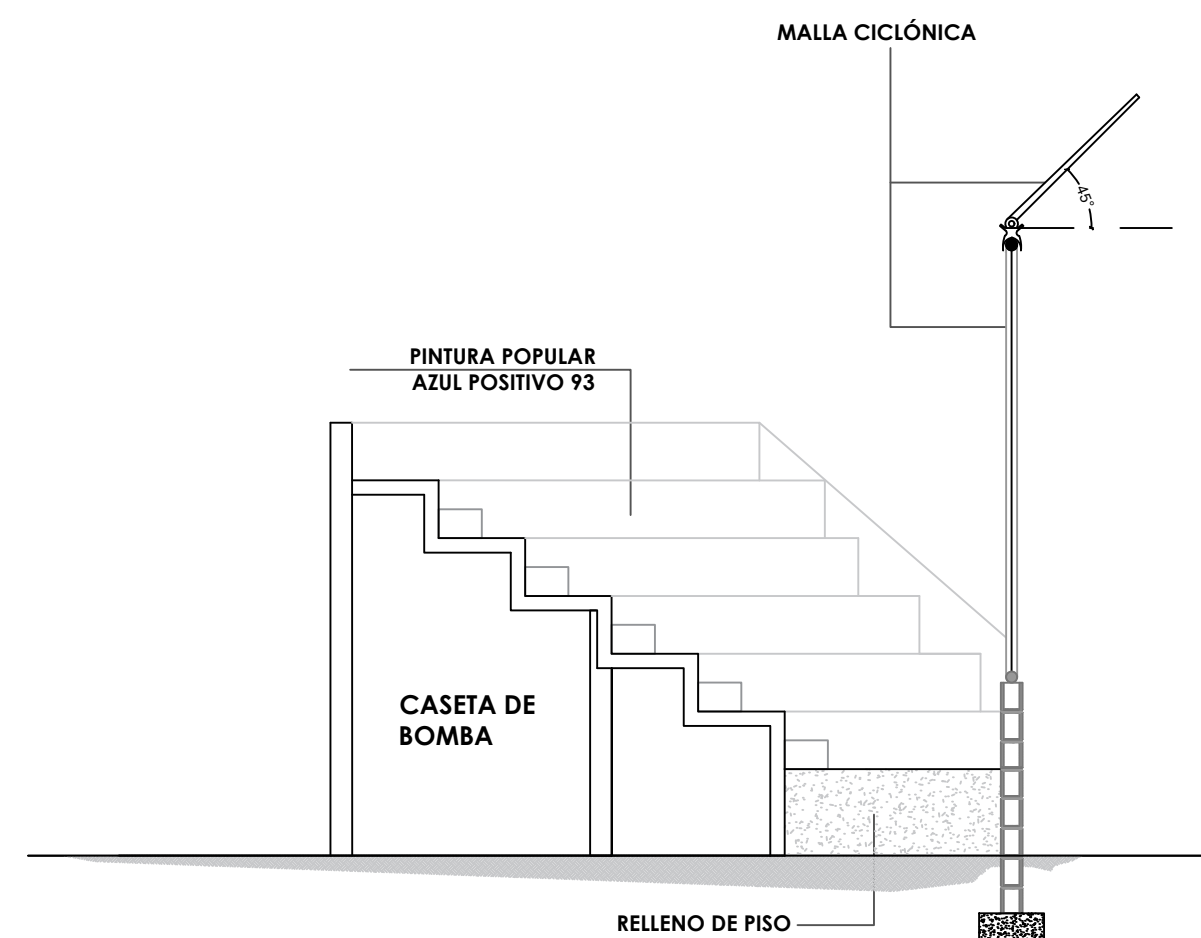


SECCIÓN C-C' - DETALLES - GRADAS
ESC. 1:50

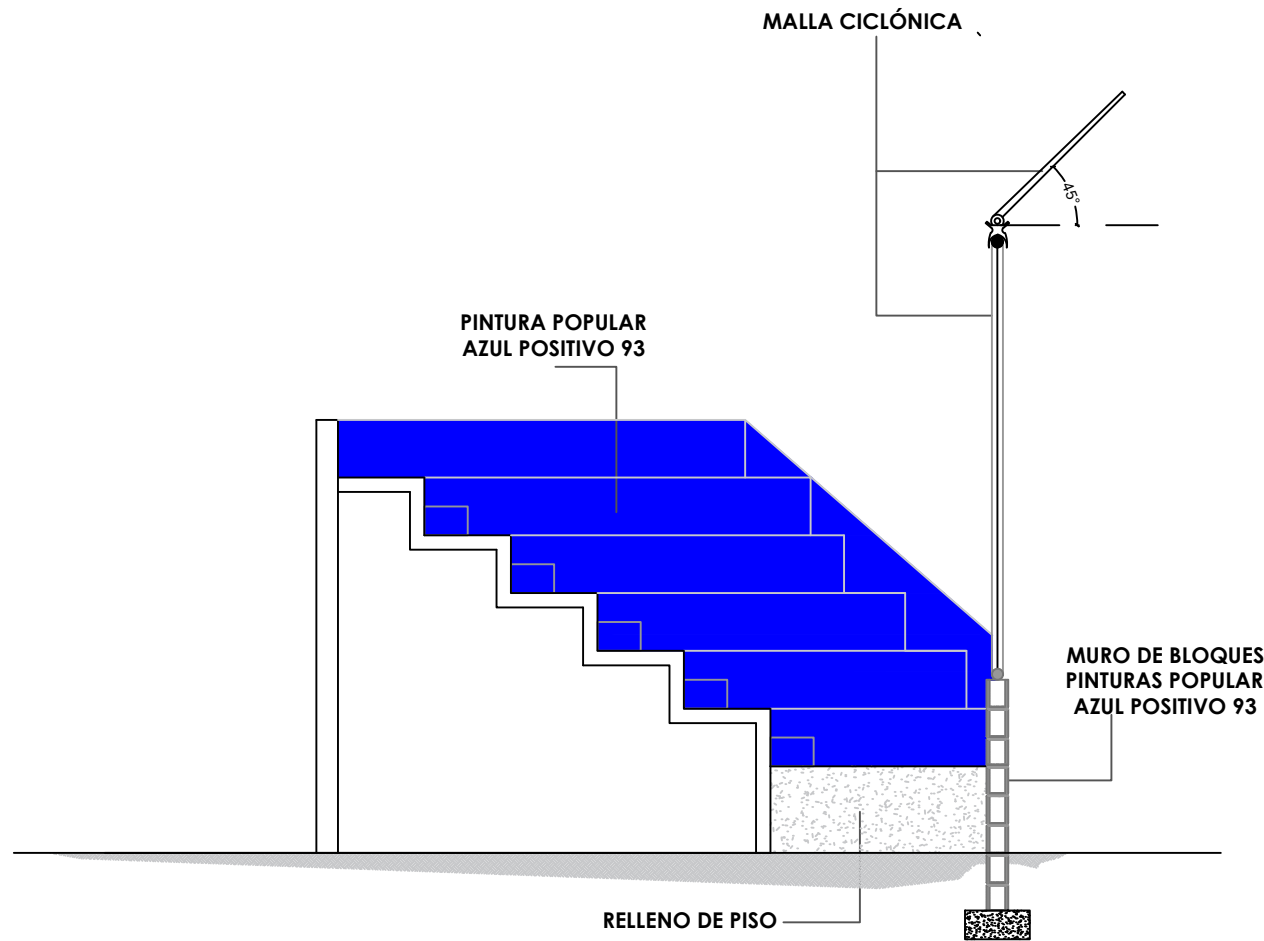


1 00 ELEVACION- DETALLES - GRADAS
ESC. 1:50

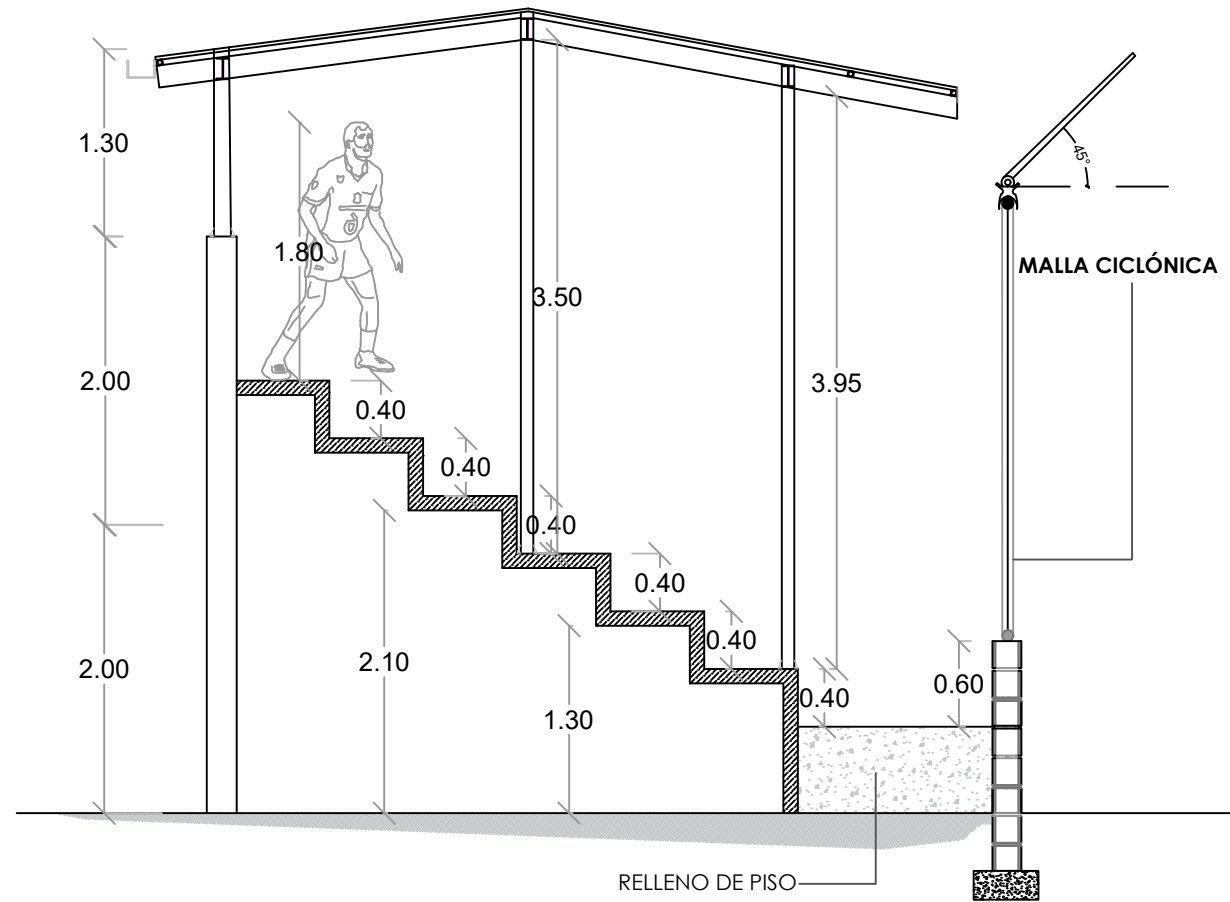


SECCION DE GRADAS - DETALLE DE TECHO

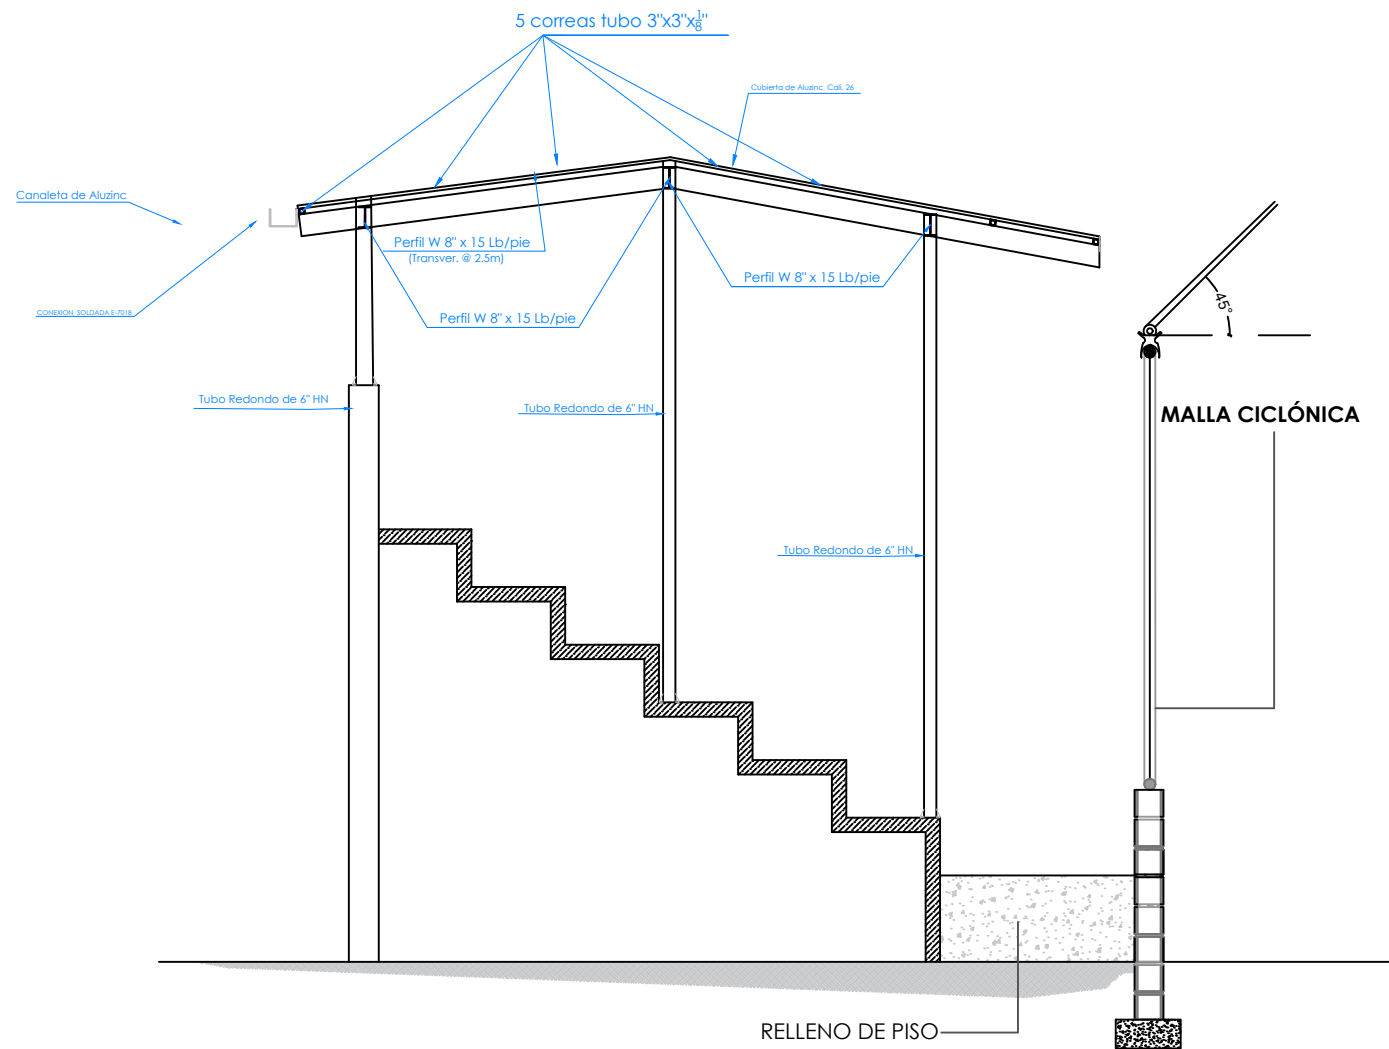


SECCION DE GRADAS - DETALLE DE TECHO

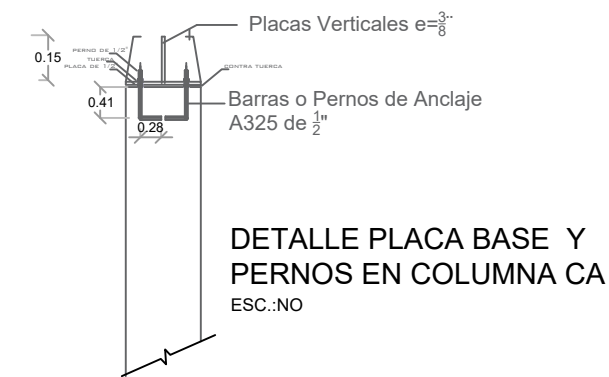


PLACA BASE

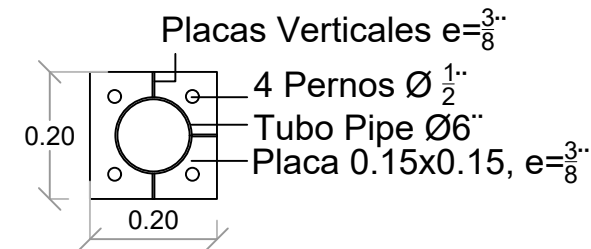

SECCIÓN PERNO

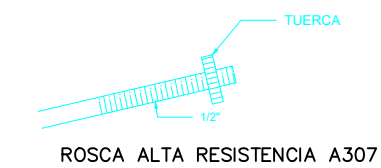

NOTA: TODOS LOS PLANOS PUEDEN SER MODIFICADOS Y / AJUSTADOS EN CAMPO

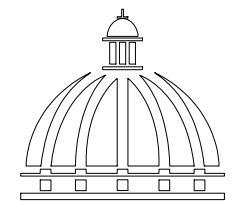

GOBIERNO DE LA
REPÚBLICA DOMINICANA

DIRECCION DE DESARROLLO
PROVINCIAL
DDP

Ave. Dr. Delgado, Esq. Moises García,
Gazcue, Sto. Dgo., R.D.
TEL.: (809)-364-2189 | FAX.: (809)- 688-1665
E-Mail: info@cpadp.gob.do

PROYECTO:

CONSTRUCCIÓN CAMPO DE BEISBOL
LAS TARANAS
MUNICIPIO VILLA RIVA, PROVINCIA
DUARTE

EQUIPO DE TRABAJO:

DISEÑO ARQUITECTÓNICO
ARQ.

codia 00000

ENC. INGENIERÍA
ING. FIOR DALIZA BONIFACIO
codia 00000

ESTRUCTURAL
ING. Leopoldo Berroa
codia 00000

ELÉCTRICO
ING. Juan Pérez
codia 00000

HIDRO-SANITARIO
ING. Francis Estévez
codia 00000

SELLO DE APROBACIÓN:

FECHA:

CONTENIDO:

SECCIONES

ESCALA:

SEPTIEMBRE 2026

NO. PÁGINA:

029

PROYECTO:
**CONSTRUCCIÓN CAMPO DE BEISBOL
LAS TARANAS
MUNICIPIO VILLA RIVA, PROVINCIA
DUARTE**

EQUIPO DE TRABAJO:

DISEÑO ARQUITECTÓNICO
ARQ. _____
codia 00000

ENC. INGENIERÍA
ING. FIOR DALIZA BONIFACIO
codia 00000

ESTRUCTURAL
ING. Leopoldo Berroa
codia 00000

ELÉCTRICO
ING. Juan Pérez
codia 00000

HIDRO-SANITARIO
ING. Francis Estévez
codia 00000

SELLO DE APROBACIÓN:


FECHA: _____

CONTENIDO:


ESCALA:
1:75

SEPTIEMBRE 2026

NO. PÁGINA:
030

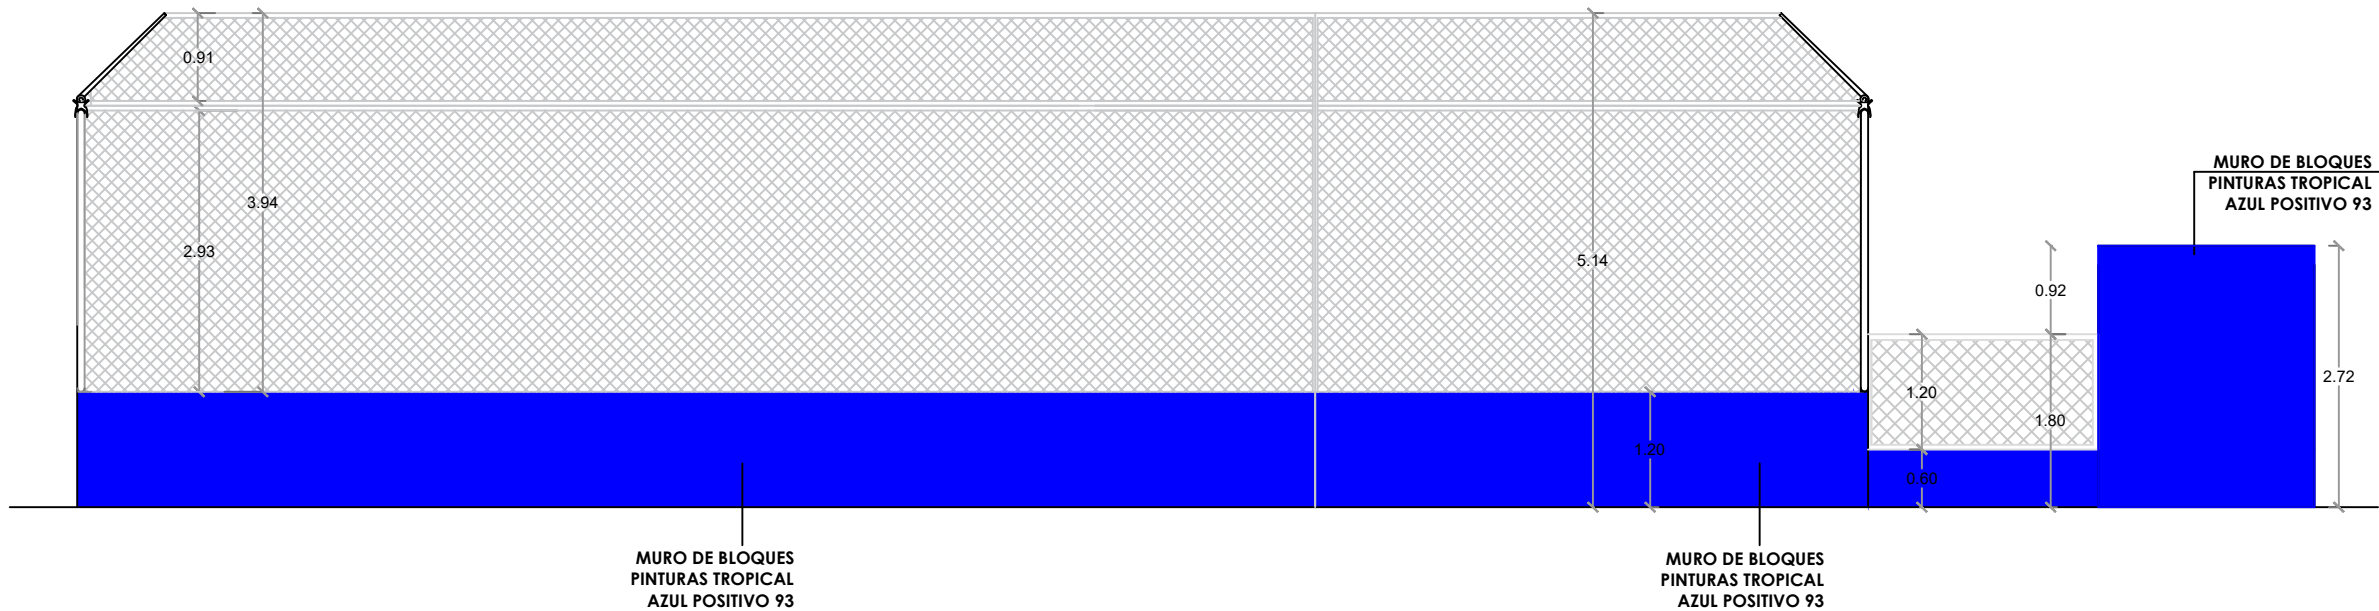

ELEVACIÓN 1 - GRADAS
ESC. 1:75

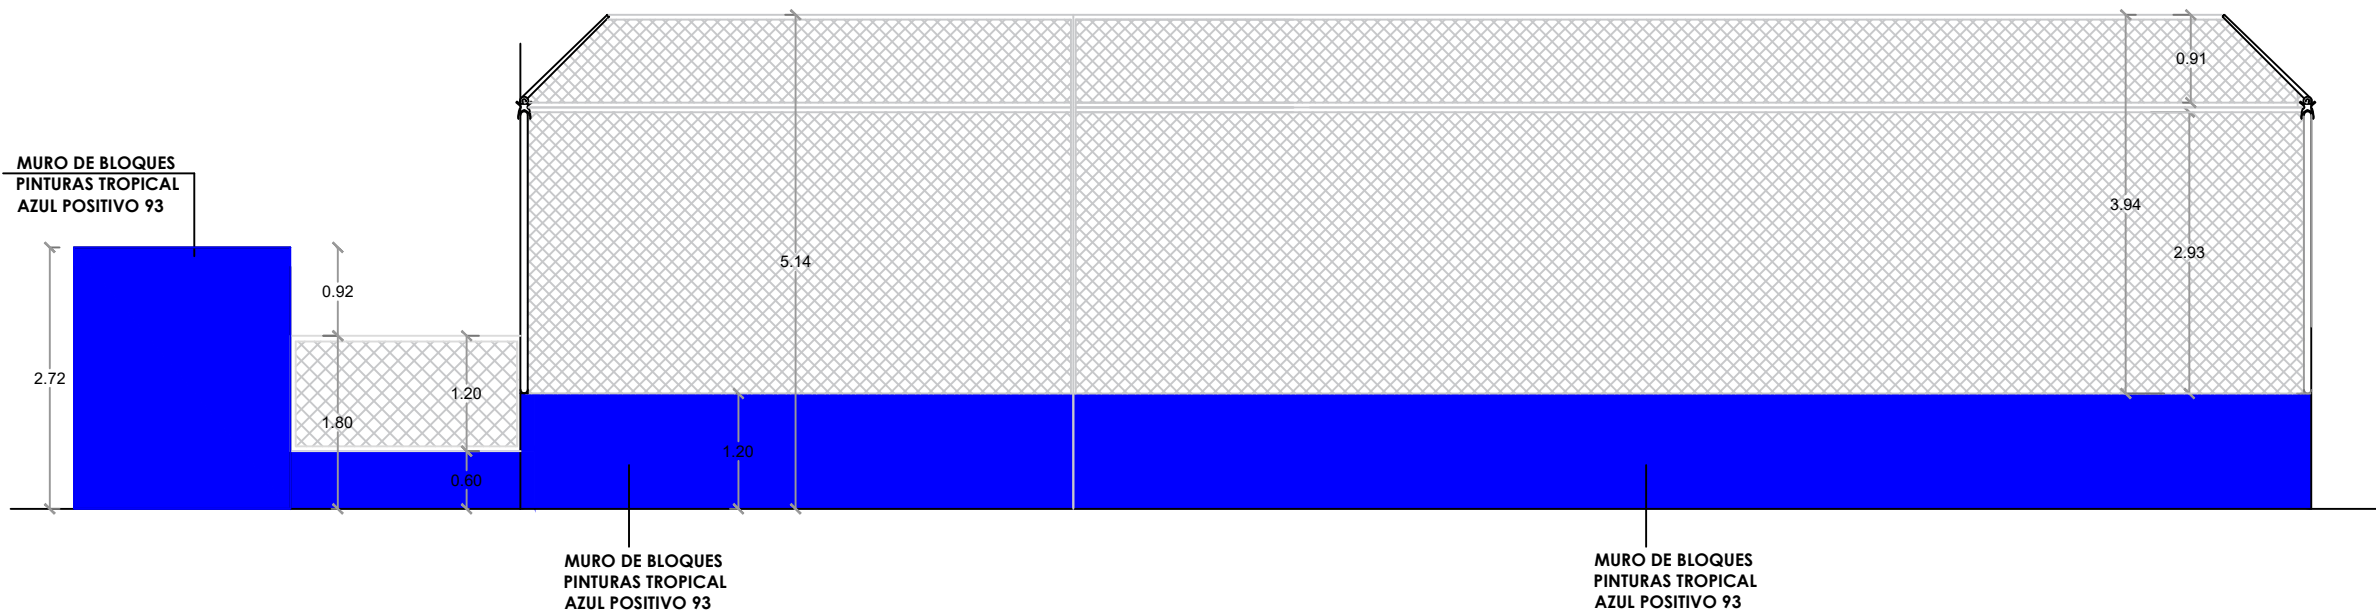

ELEVACIÓN 2 - GRADAS
ESC. 1:75

PROYECTO:
**CONSTRUCCIÓN CAMPO DE BEISBOL
LAS TARANAS
MUNICIPIO VILLA RIVA, PROVINCIA
DUARTE**

EQUIPO DE TRABAJO:

DISEÑO ARQUITECTÓNICO
ARQ. _____
codia 00000

ENC. INGENIERÍA
ING. FIOR DALIZA BONIFACIO
codia 00000

ESTRUCTURAL
ING. Leopoldo Berroa
codia 00000

ELÉCTRICO
ING. Juan Pérez
codia 00000

HIDRO-SANITARIO
ING. Francis Estévez
codia 00000

SELLO DE APROBACIÓN:

FECHA: _____

CONTENIDO:

PLANTA ARQUITECTÓNICA


ESCALA:

1:75


SEPTIEMBRE 2026

NO. PÁGINA:


031

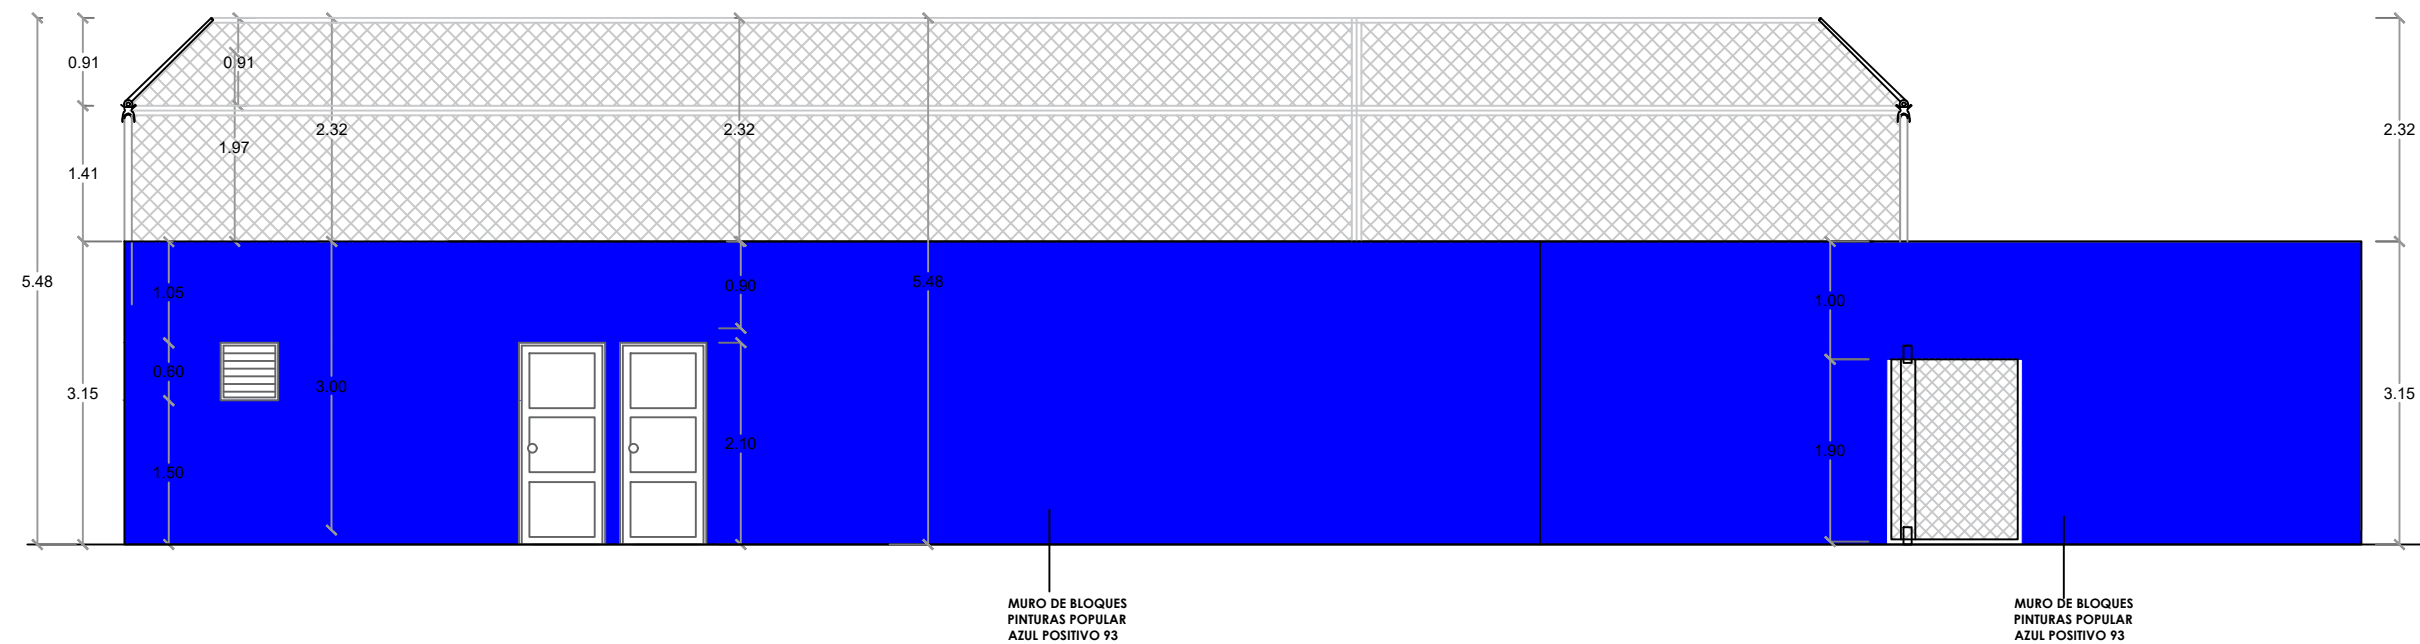

ELEVACIÓN 3 - GRADAS
ESC. 1:75

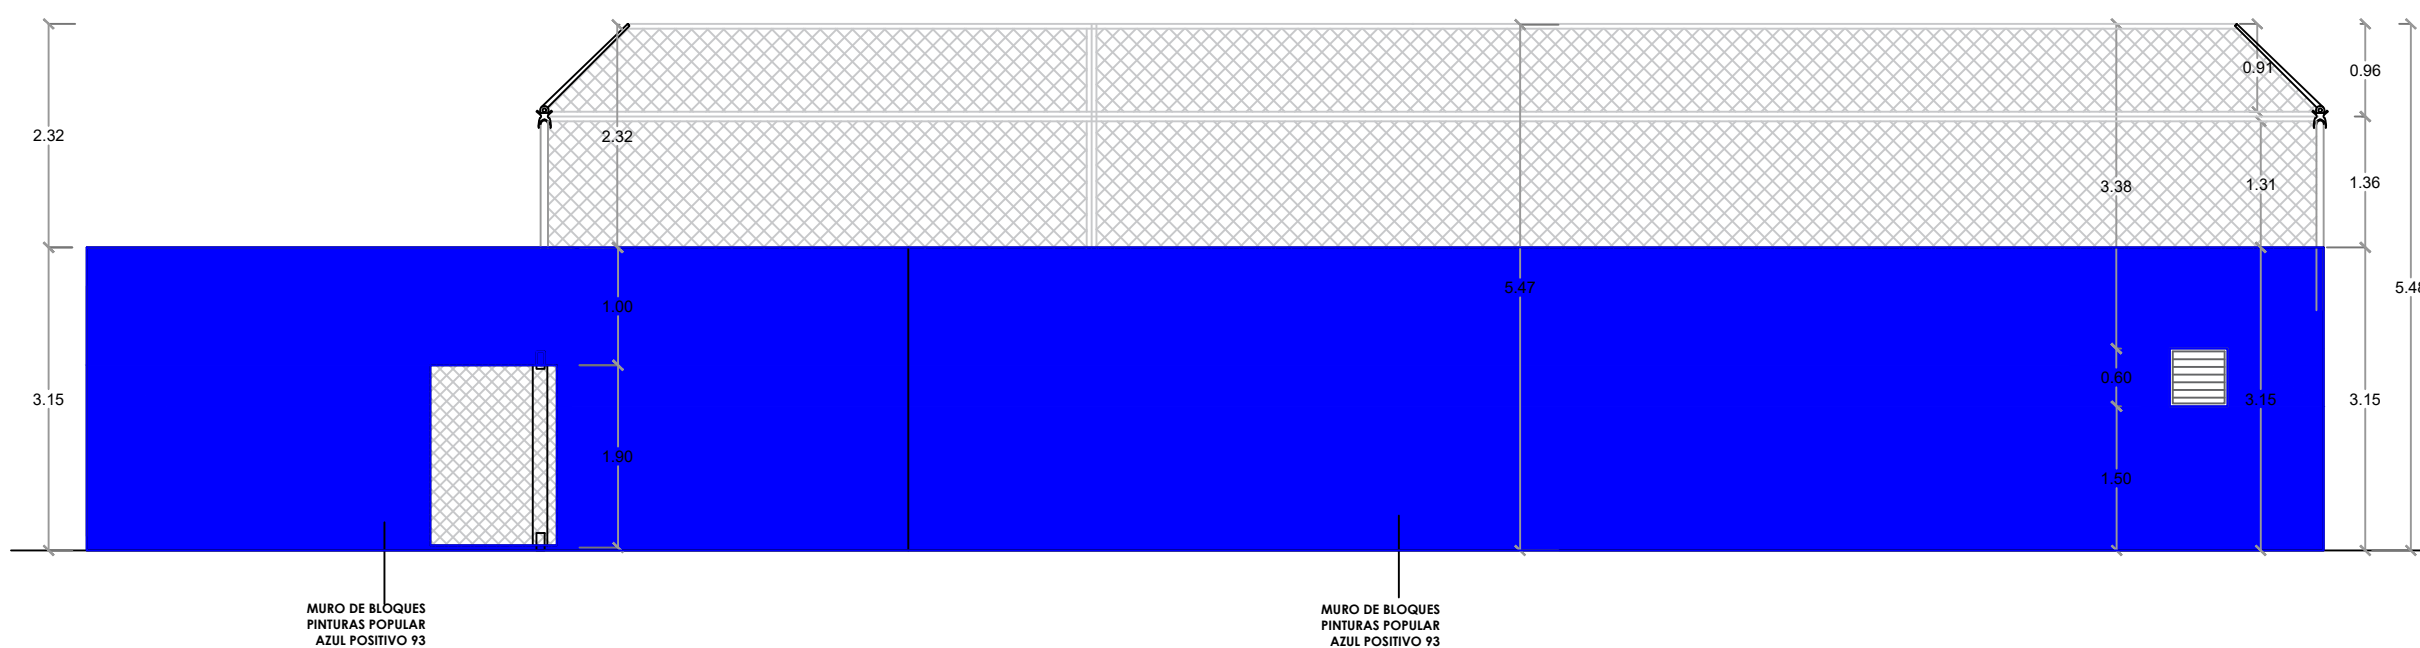


ELEVACIÓN 4 - GRADAS
ESC. 1:75

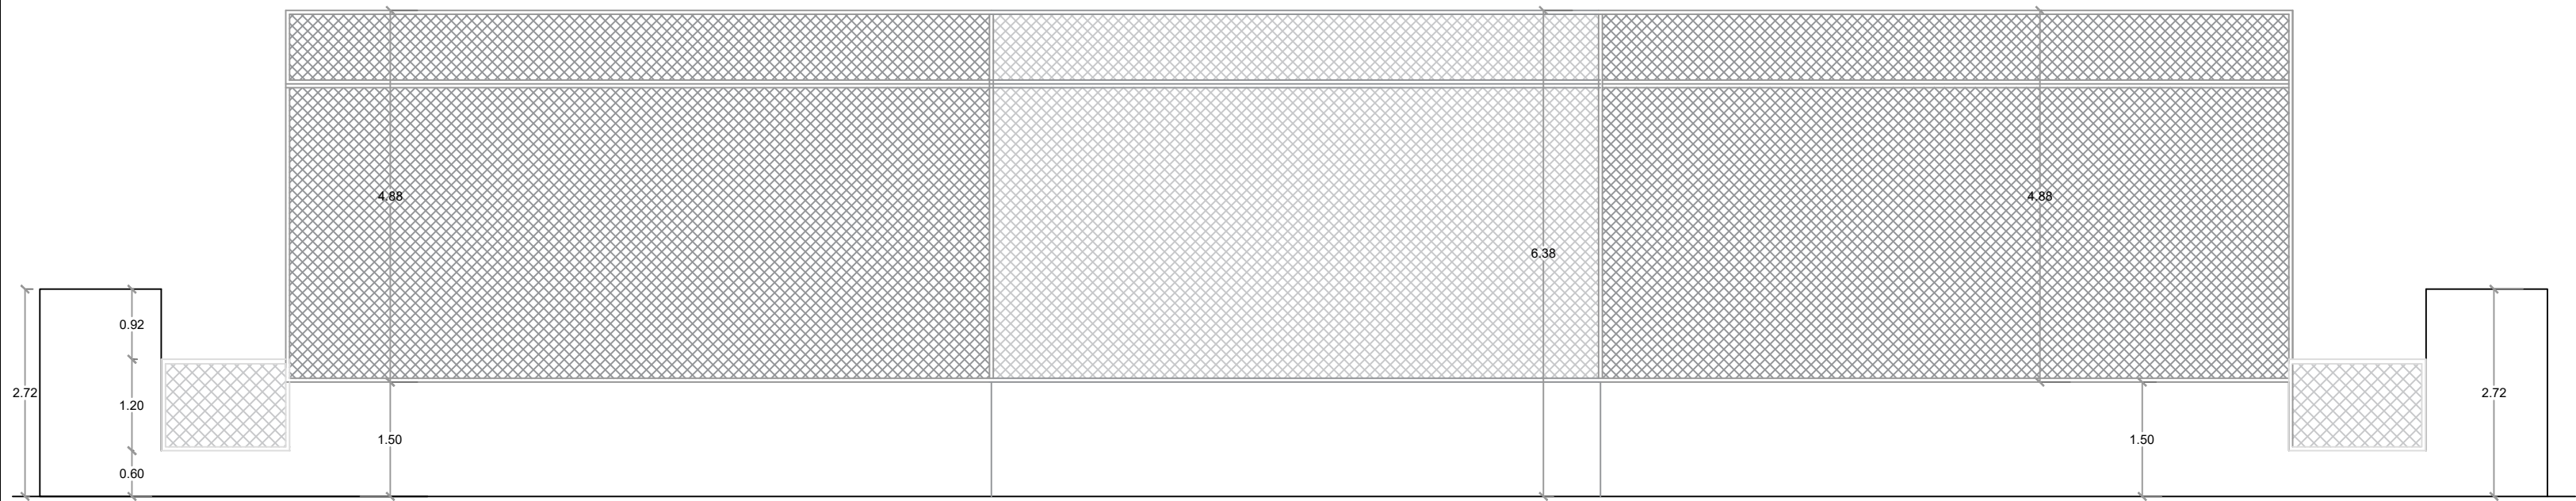

ELEVACIÓN OBLICUA 1

ESC. 1:100

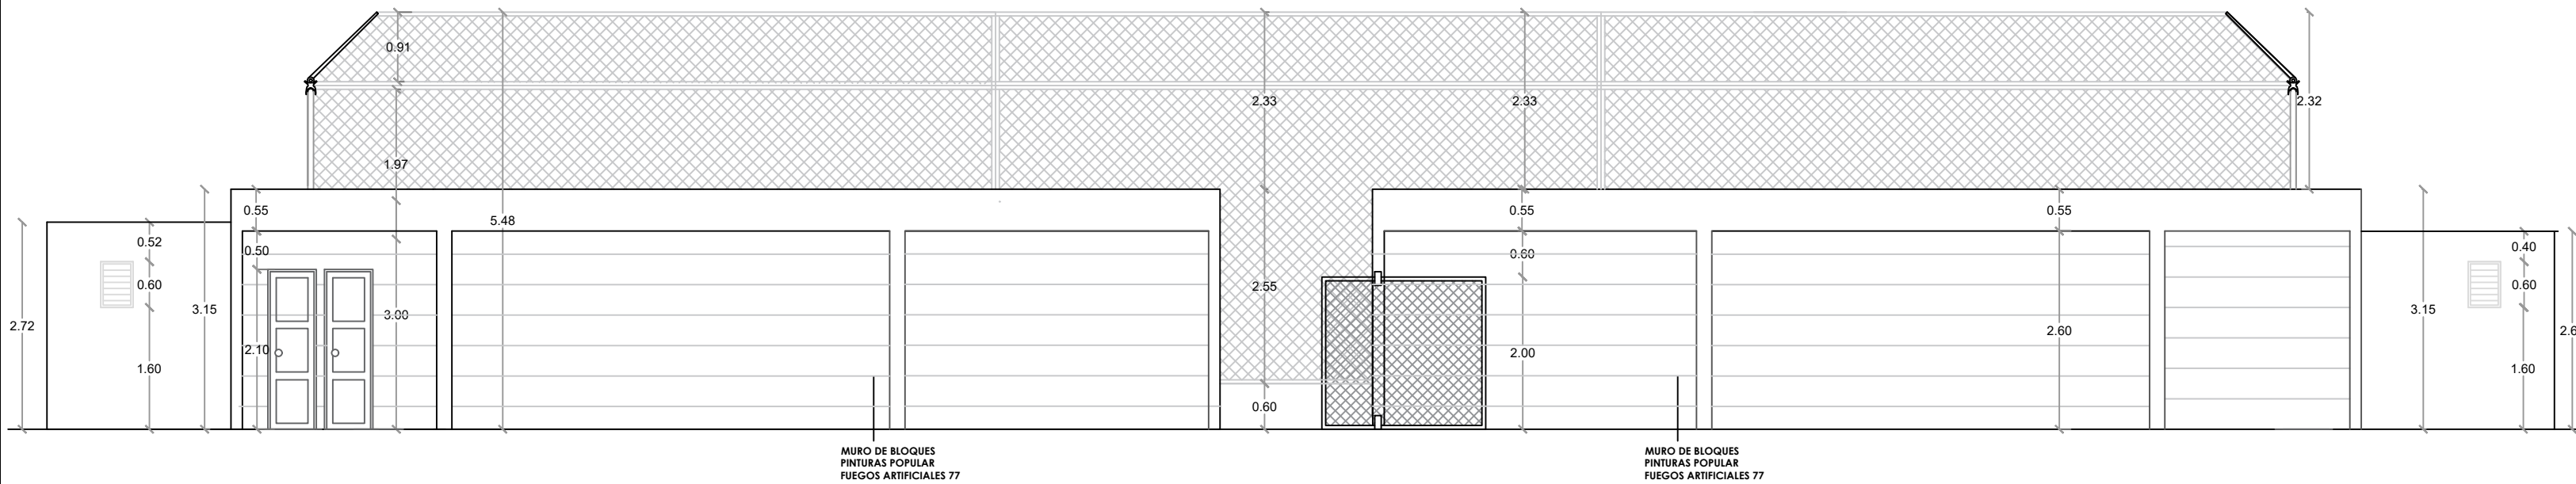


ELEVACIÓN OBLICUA 2

ESC. 1:100



PLANTA ARQUITECTÓNICA

ESC. 1:75

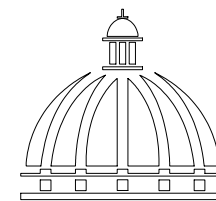

GOBIERNO DE LA
REPÚBLICA DOMINICANA

DIRECCION DE DESARROLLO
PROVINCIAL
DDP

Ave. Dr. Delgado, Esq. Moises García,
Gazcue, Sto. Dgo., R.D.
TEL.: (809)-364-2189 | FAX.: (809)- 688-1665
E-Mail: info@cpadp.gob.do

PROYECTO:

CONSTRUCCIÓN CAMPO DE BEISBOL
LAS TARANAS
MUNICIPIO VILLA RIVA, PROVINCIA
DUARTE

EQUIPO DE TRABAJO:

DISEÑO ARQUITECTÓNICO
ARQ.

codia 00000

ENC. INGENIERÍA
ING. FIOR DALIZA BONIFACIO
codia 00000

ESTRUCTURAL
ING. Leopoldo Berroa
codia 00000

ELÉCTRICO
ING. Juan Pérez
codia 00000

HIDRO-SANITARIO
ING. Francis Estévez
codia 00000

SELLO DE APROBACIÓN:

FECHA:

CONTENIDO:

PLANTA ARQUITECTÓNICA



ESCALA:

1:75

SEPTIEMBRE 2026

NO. PÁGINA:

032

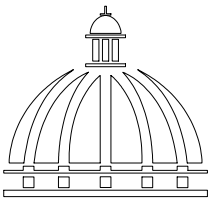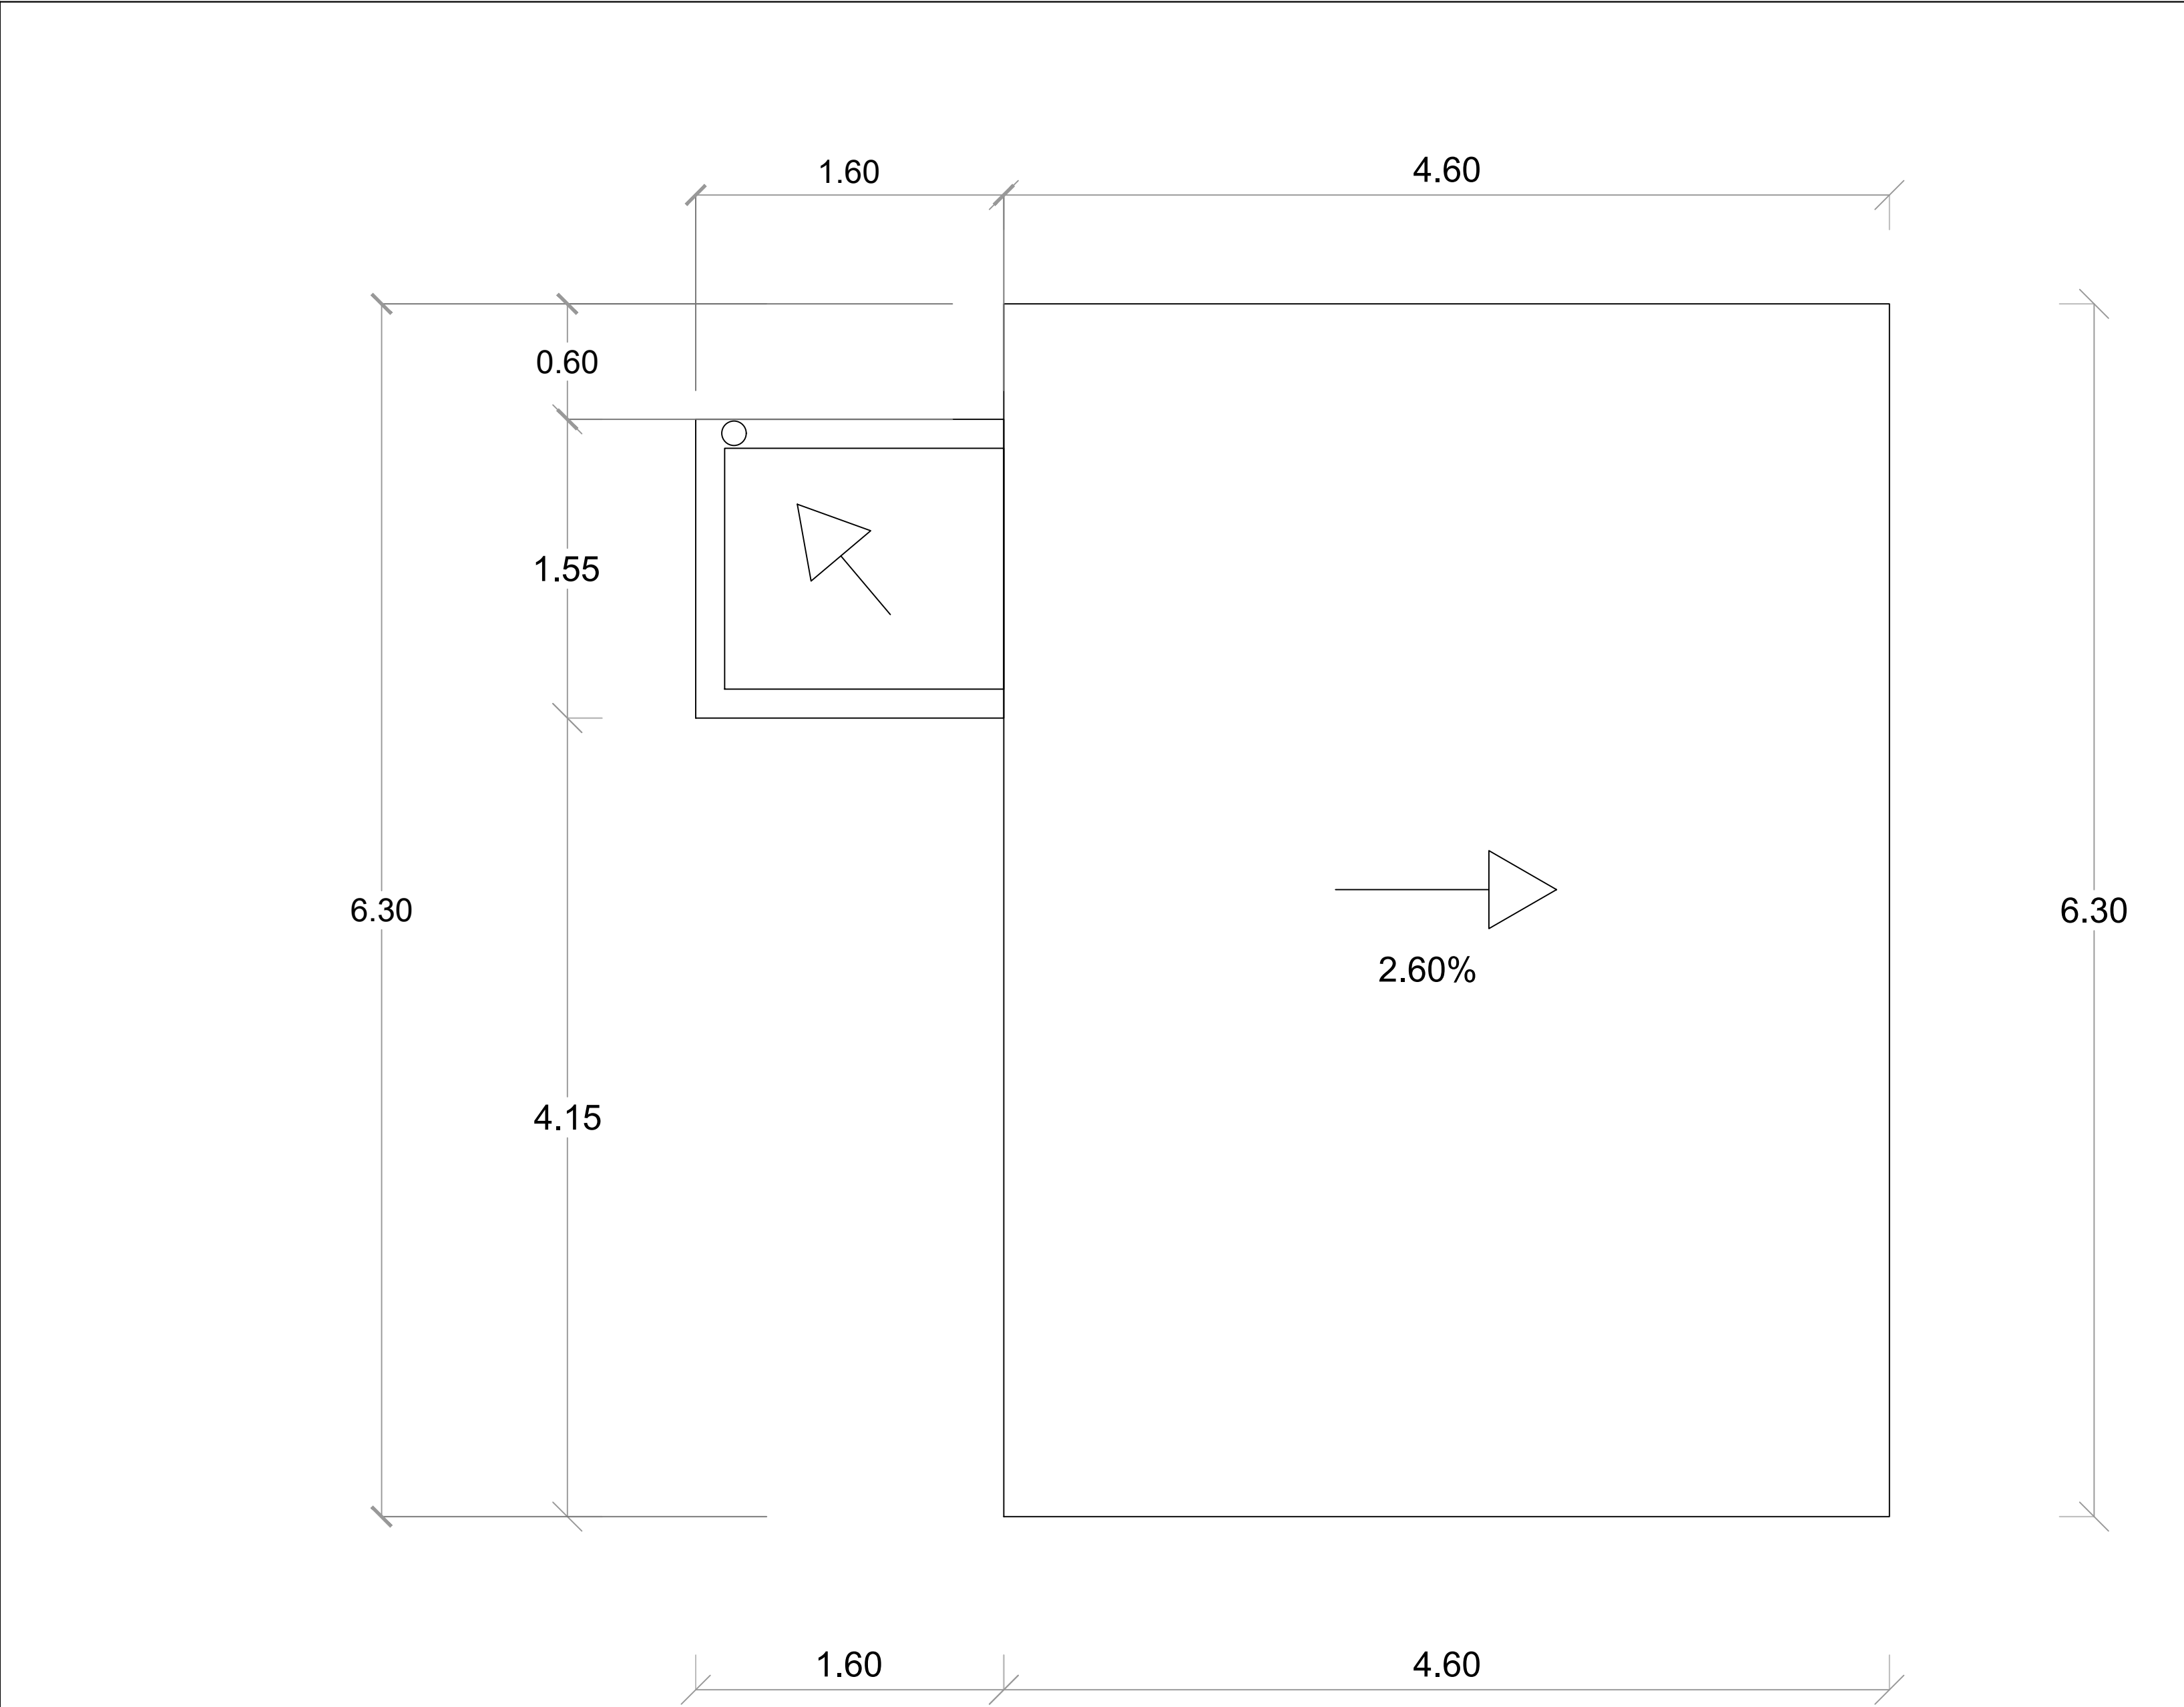

GOBIERNO DE LA
REPÚBLICA DOMINICANA

DIRECCION DE DESARROLLO
PROVINCIAL
DDP

Ave. Dr. Delgado, Esq. Moises García,
Gazcue, Sto. Dgo., R.D.
TEL.: (809)-364-2189 | FAX.: (809)- 688-1665
E-Mail: info@cpadp.gob.do

PROYECTO:
**CONSTRUCCIÓN CAMPO DE BEISBOL
LAS TARANAS
MUNICIPIO VILLA RIVA, PROVINCIA
DUARTE**

EQUIPO DE TRABAJO:
DISEÑO ARQUITECTÓNICO
ARQ.
codia 00000

ENC. INGENIERÍA
ING. FIOR DALIZA BONIFACIO
codia 00000

ESTRUCTURAL
ING. Leopoldo Berroa
codia 00000

ELÉCTRICO
ING. Juan Pérez
codia 00000

HIDRO-SANITARIO
ING. Francis Estévez
codia 00000

SELLO DE APROBACIÓN:

FECHA:

CONTENIDO:
**PLANTA ARQUITECTÓNICA
DE TECHO- CAFETERIA**

ESCALA:
1:25

SEPTIEMBRE 2026

NO. PÁGINA:
033

PROYECTO:

**CONSTRUCCIÓN CAMPO DE BEISBOL
LAS TARANAS
MUNICIPIO VILLA RIVA, PROVINCIA
DUARTE**

EQUIPO DE TRABAJO:

DISEÑO ARQUITECTÓNICO
ARQ.

codia 00000

ENC. INGENIERÍA
ING. FIOR DALIZA BONIFACIO
codia 00000

ESTRUCTURAL
ING. Leopoldo Berroa
codia 00000

ELÉCTRICO
ING. Juan Pérez
codia 00000

HIDRO-SANITARIO
ING. Francis Estévez
codia 00000

SELLO DE APROBACIÓN:

FECHA:

CONTENIDO:

PLANTA ARQUITECTÓNICA
CAFETERÍA


ESCALA:

1:25

SEPTIEMBRE 2026


NO. PÁGINA:

034

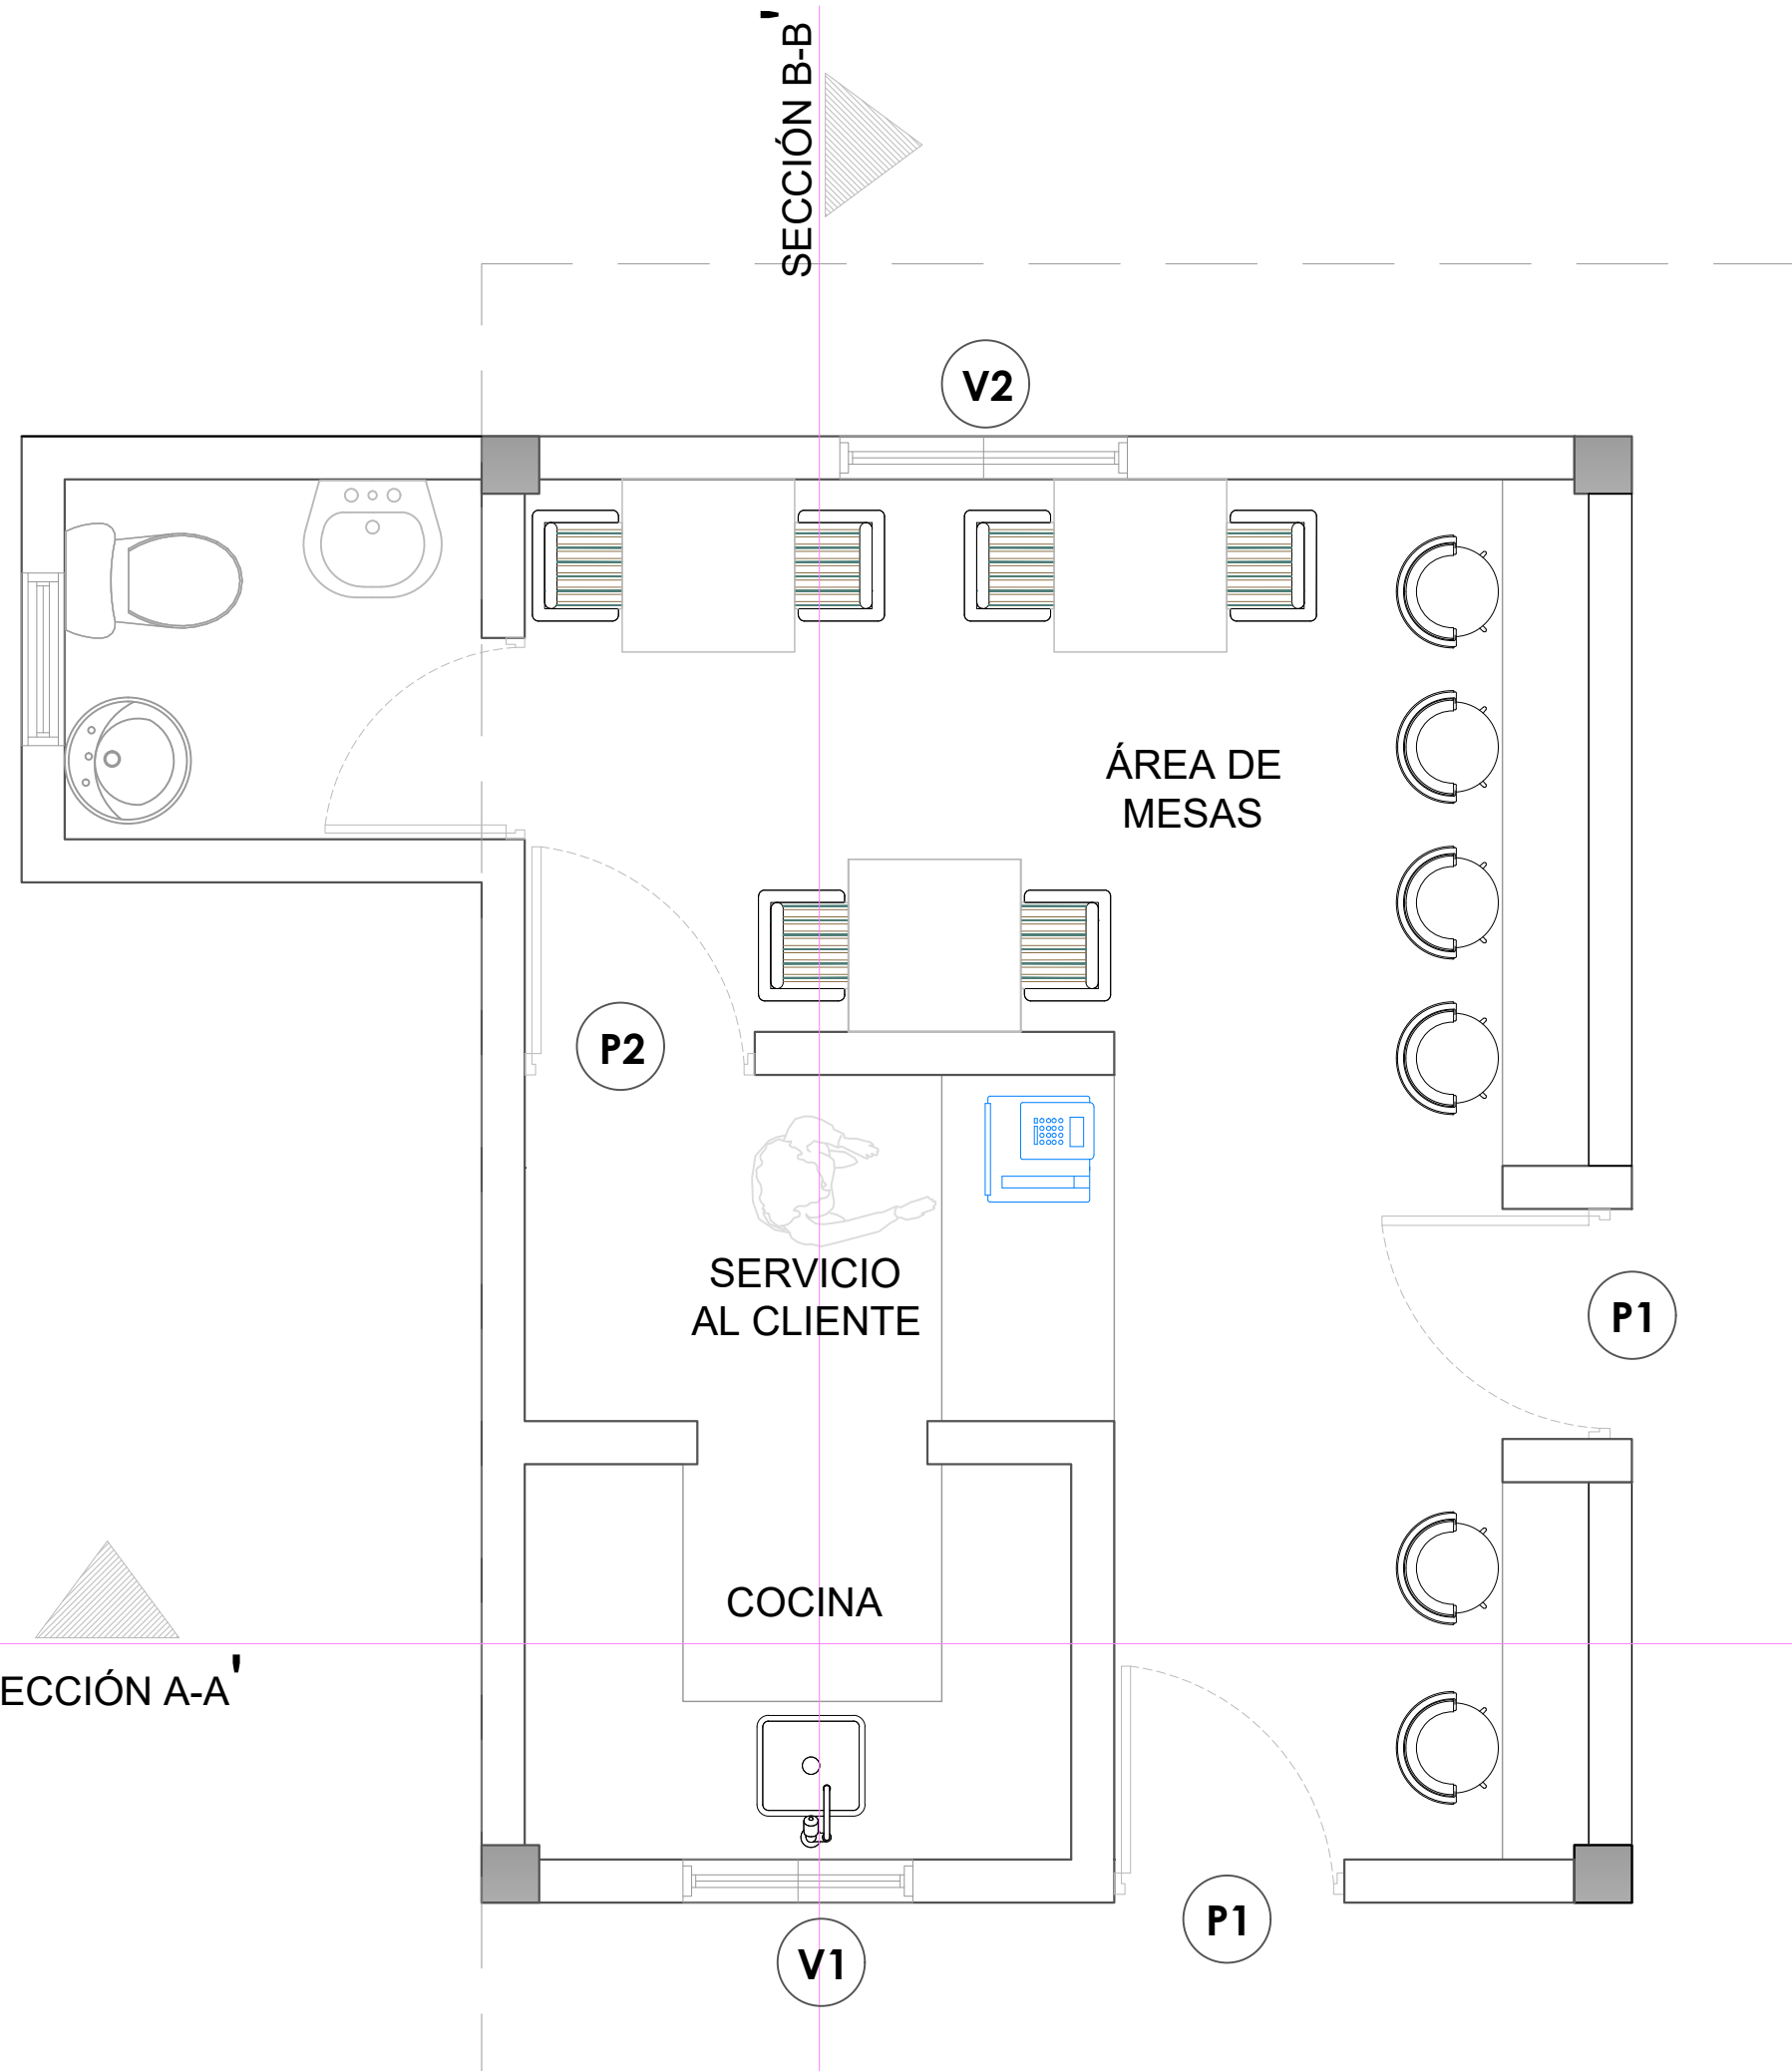

LEYENDA DE PUERTAS Y VENTANAS

SIMBOLO	DESCRIPCION	CANTIDAD
V1	VENTANA DE CELOSIA METALICA Dim= 0.80m X 1.10m	1
V2	VENTANA DE CELOSIA METALICA Dim= 1.00m X 1.10m	1
P1	PUERTA COMERCIAL VIDRIO Y ALUMINIO Dim= 0.80 m X 2.10 m	2
P2	PUERTA POLIMETALICA Dim= 0.80 m X 2.10 m	1

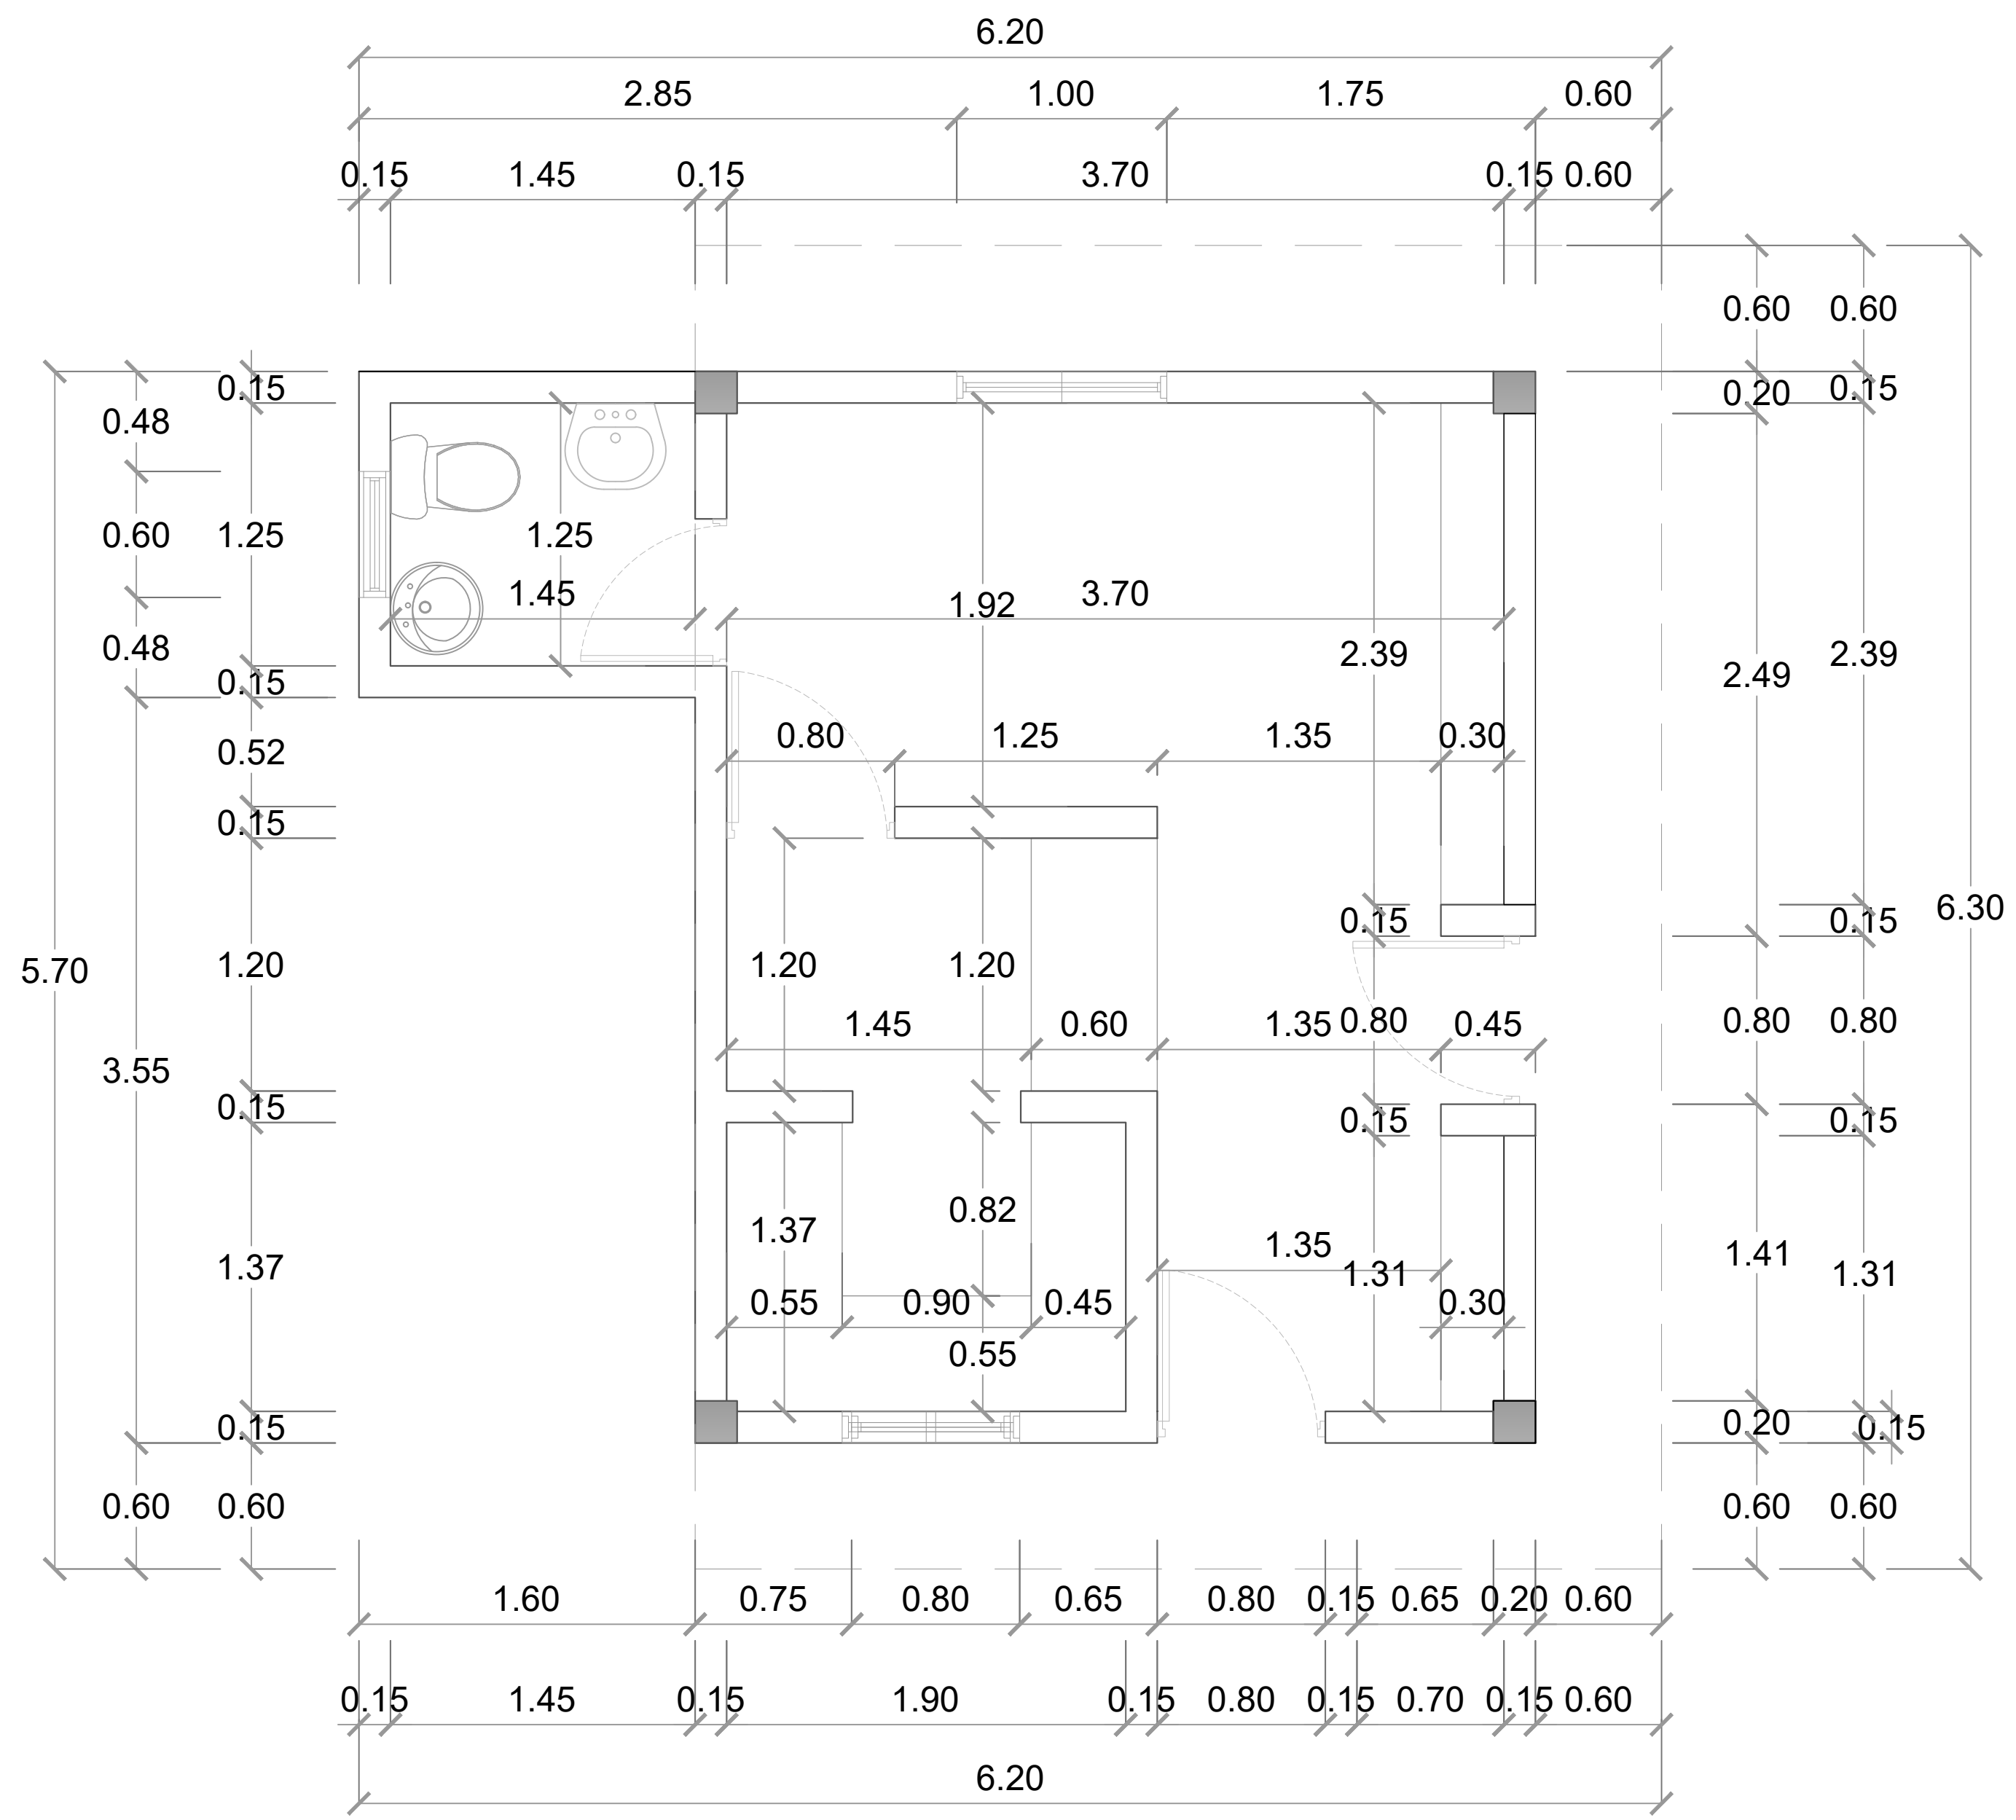

PROYECTO:
**CONSTRUCCIÓN CAMPO DE BEISBOL
LAS TARANAS
MUNICIPIO VILLA RIVA, PROVINCIA
DUARTE**

- EQUIPO DE TRABAJO:
- DISEÑO ARQUITECTÓNICO**
ARQ. _____
codia 00000
- ENC. INGENIERÍA**
ING. FIOR DALIZA BONIFACIO
codia 00000
- ESTRUCTURAL**
ING. Leopoldo Berroa
codia 00000
- ELÉCTRICO**
ING. Juan Pérez
codia 00000
- HIDRO-SANITARIO**
ING. Francis Estévez
codia 00000

SELLO DE APROBACIÓN:


FECHA: _____

CONTENIDO:
PLANTA DIMENSIONADA

ESCALA:
1:25

SEPTIEMBRE 2026

NO. PÁGINA:
035

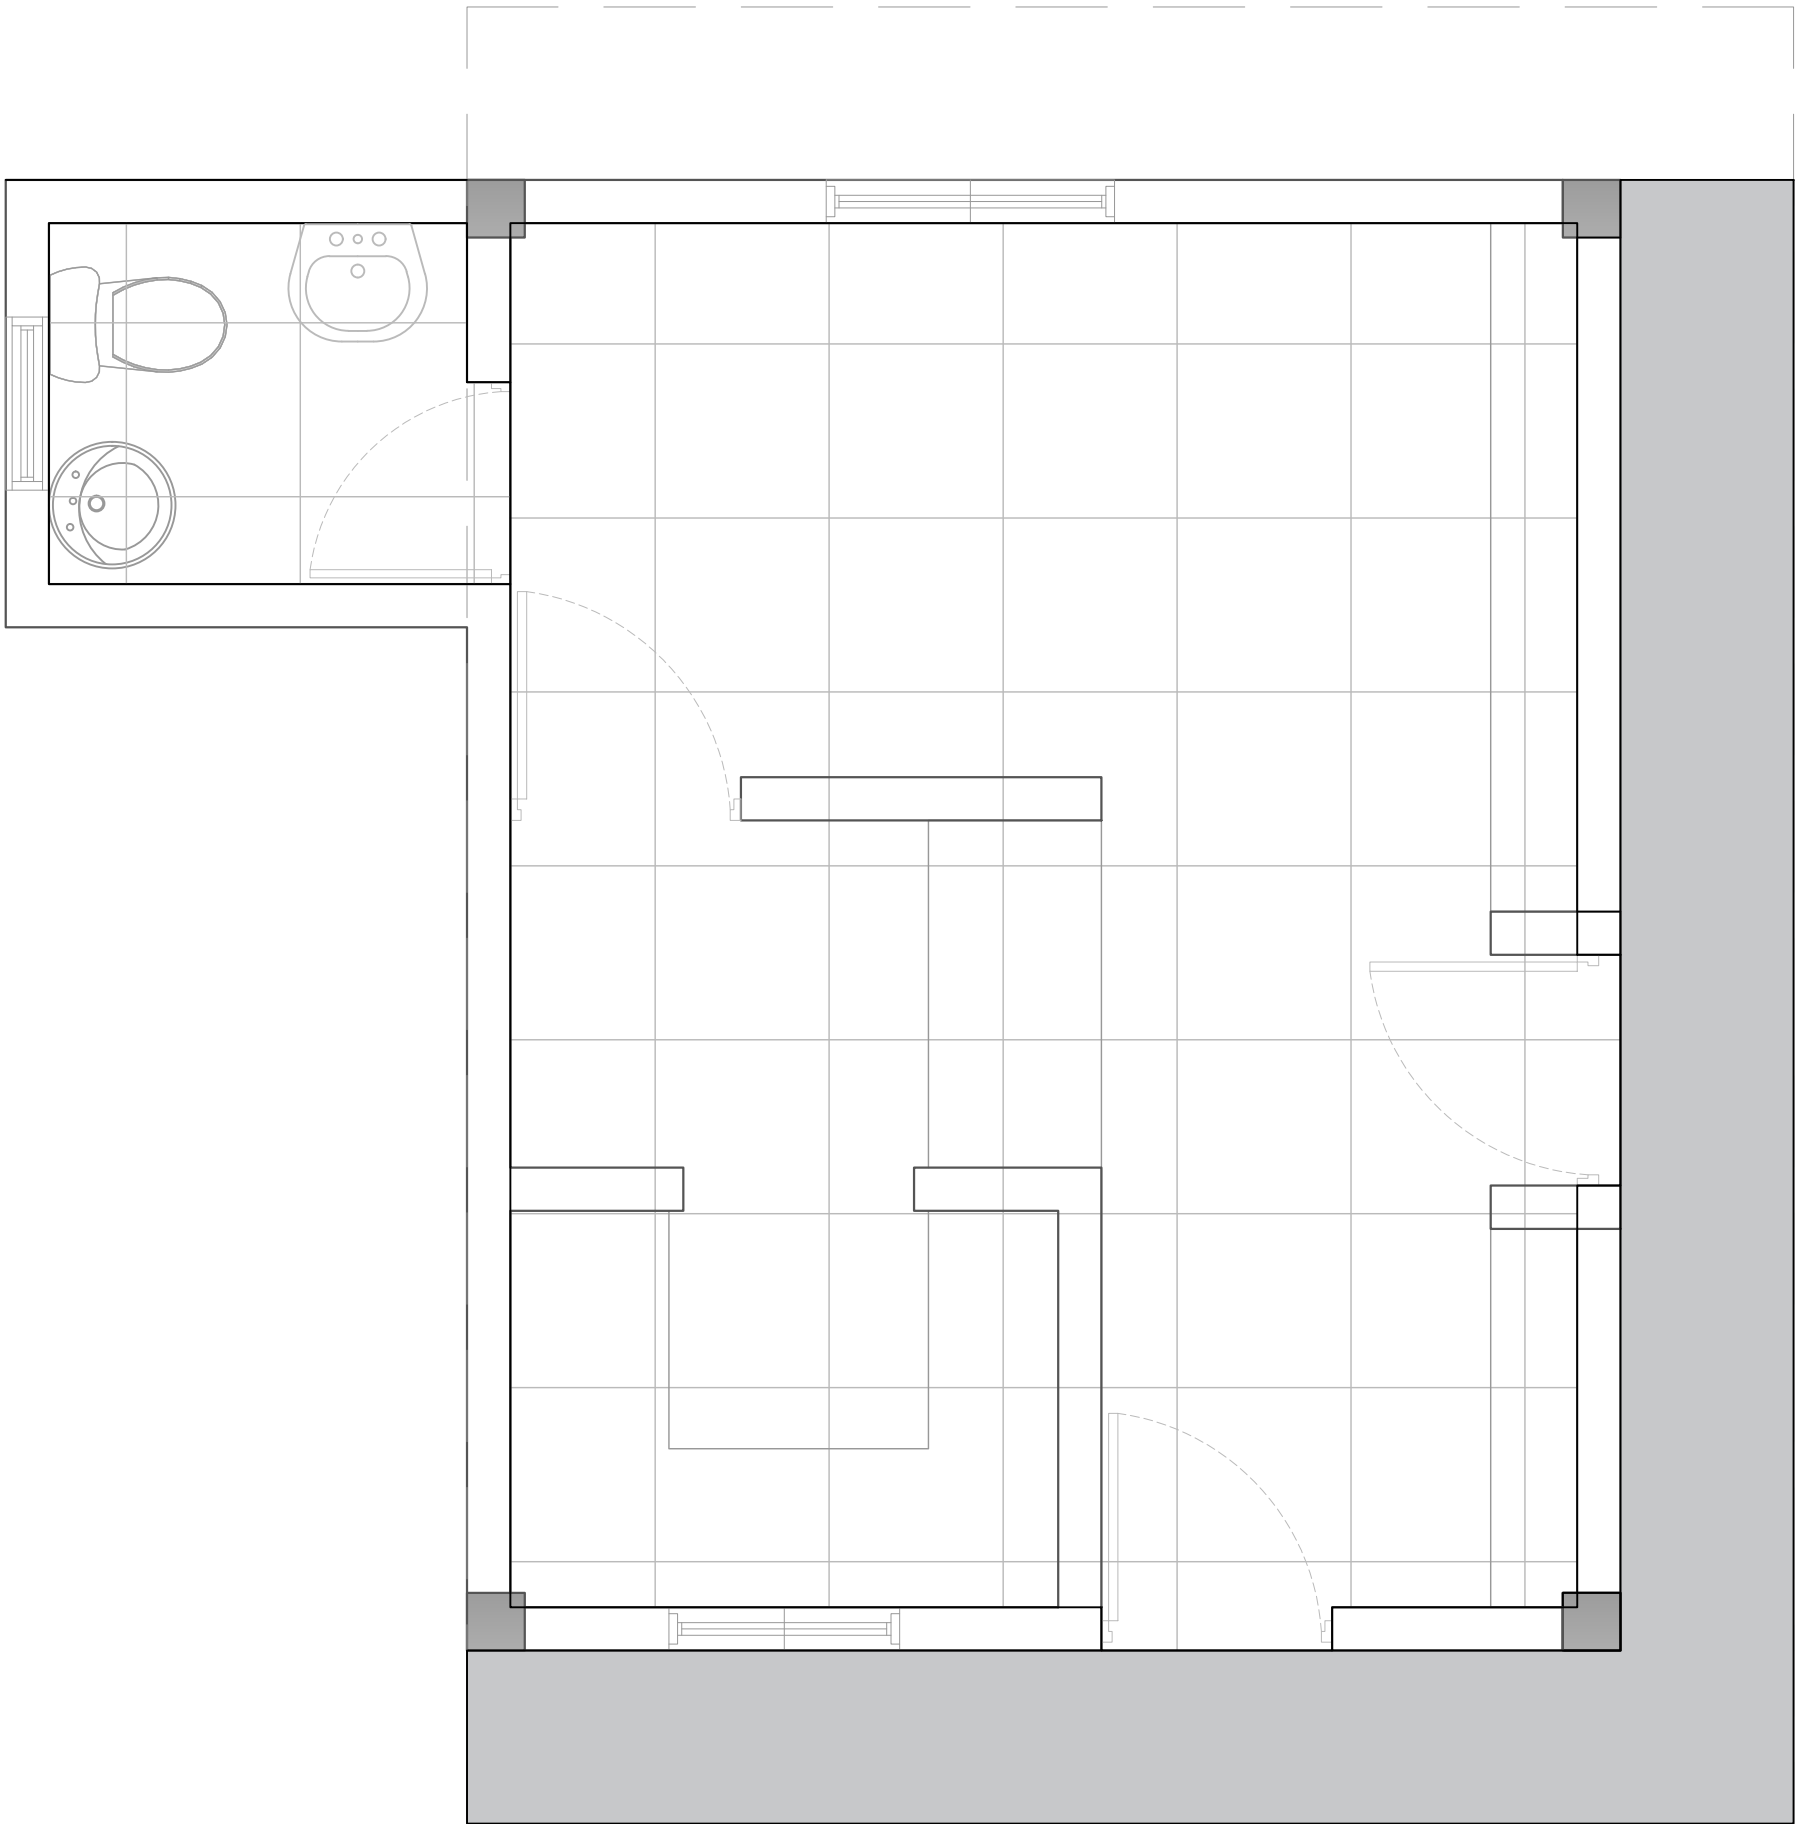

LEYENDA DE PISO		
SIMBOLO	DESCRIPCIÓN	CANTIDAD
	HORMIGÓN	5.82 m2
	PORCELANATO CREMA 0.60 M X 0.60M	20.00 m2

DIRECCION DE DESARROLLO PROVINCIAL DDP

Ave. Dr. Delgado, Esq. Moises García,
Gazcue, Sto. Dgo., R.D.
TEL.: (809)-364-2189 | FAX.: (809)- 688-1665
E-Mail: info@cpadp.gob.do

PROYECTO:
CONSTRUCCIÓN CAMPO DE BEISBOL LAS TARANAS
MUNICIPIO VILLA RIVA, PROVINCIA DUARTE

- EQUIPO DE TRABAJO:
- DISEÑO ARQUITECTÓNICO**
ARQ.

codia 00000
- ENC. INGENIERÍA**
ING. FIOR DALIZA BONIFACIO

codia 00000
- ESTRUCTURAL**
ING. Leopoldo Berroa

codia 00000
- ELÉCTRICO**
ING. Juan Pérez

codia 00000
- HIDRO-SANITARIO**
ING. Francis Estévez

codia 00000

SELLO DE APROBACIÓN:

FECHA:

CONTENIDO:

PLANTA ARQUITECTÓNICA DE PISO- CAFETERIA


ESCALA:

1:25


SEPTIEMBRE 2026

NO. PÁGINA:


036

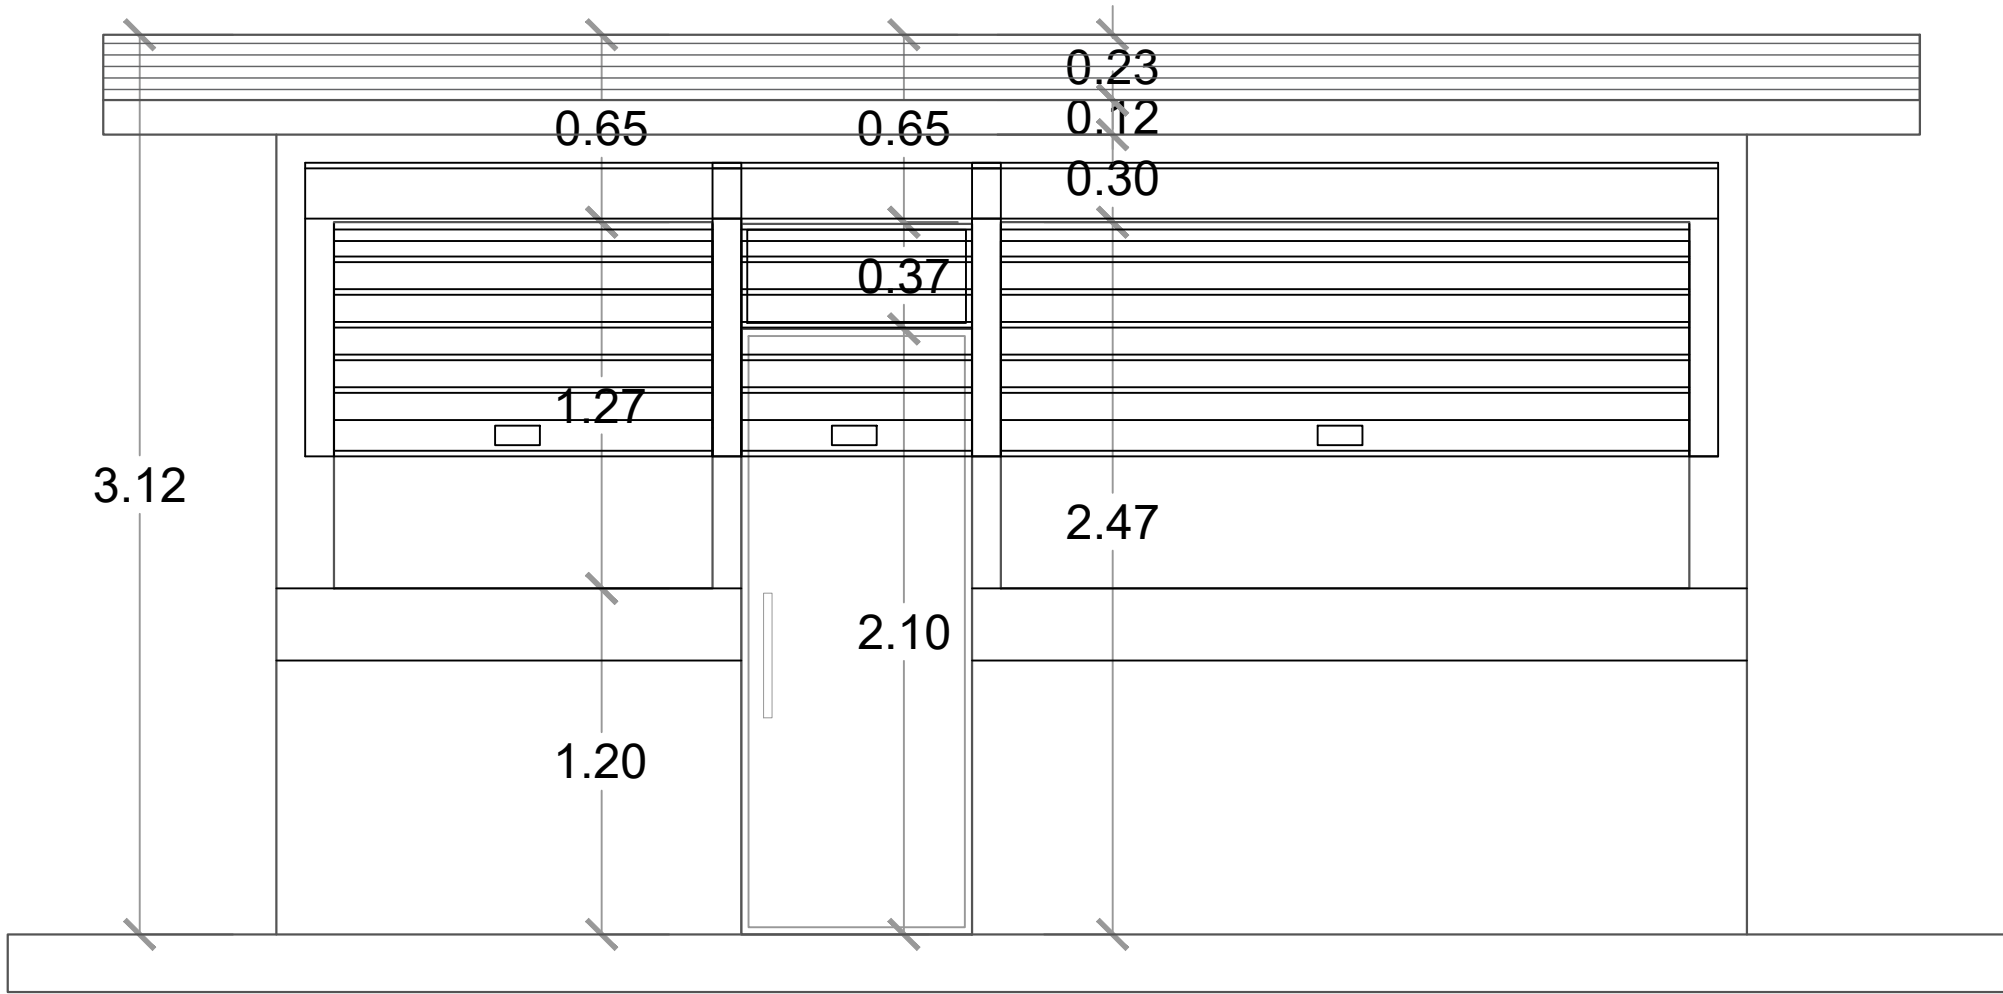

ELEVACIÓN FRONTAL - CAFETERÍA
ESC. 1:20

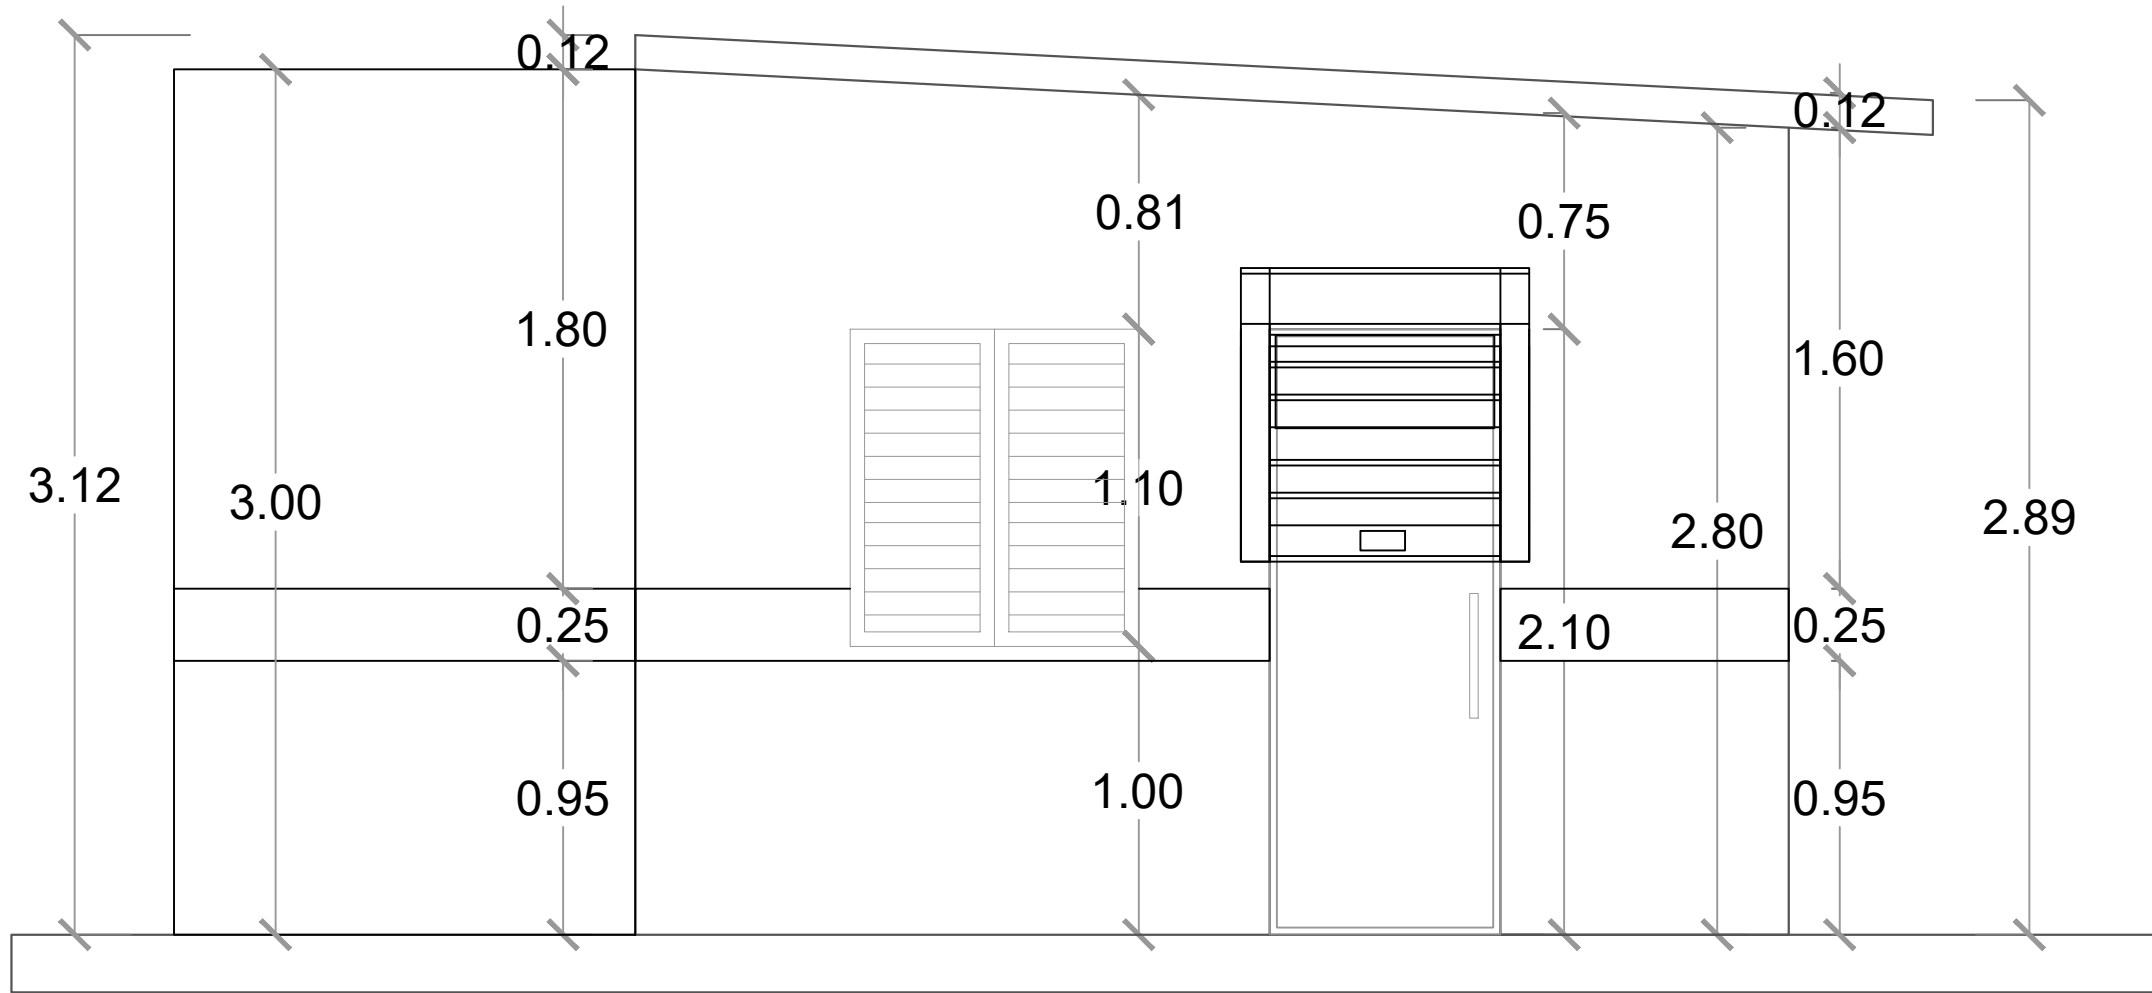

ELEVACIÓN LATERAL DERECHA - CAFETERÍA
ESC. 1:20

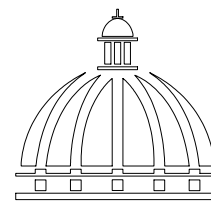

GOBIERNO DE LA
REPÚBLICA DOMINICANA

DIRECCION DE DESARROLLO
PROVINCIAL
DDP

Ave. Dr. Delgado, Esq. Moises García,
Gazcue, Sto. Dgo., R.D.
TEL.: (809)-364-2189 | FAX.: (809)- 688-1665
E-Mail: info@cpadp.gob.do

PROYECTO:

CONSTRUCCIÓN CAMPO DE BEISBOL
LAS TARANAS
MUNICIPIO VILLA RIVA, PROVINCIA
DUARTE

EQUIPO DE TRABAJO:

DISEÑO ARQUITECTÓNICO

ARQ.

codia 00000

ENC. INGENIERÍA

ING. FIOR DALIZA BONIFACIO

codia 00000

ESTRUCTURAL

ING. Leopoldo Berroa

codia 00000

ELÉCTRICO

ING. Juan Pérez

codia 00000

HIDRO-SANITARIO

ING. Francis Estévez

codia 00000

SELLO DE APROBACIÓN:

FECHA:

CONTENIDO:

ELEVACIONES - CAFETERIA


ESCALA:

1:25


SEPTIEMBRE 2026

NO. PÁGINA:

037

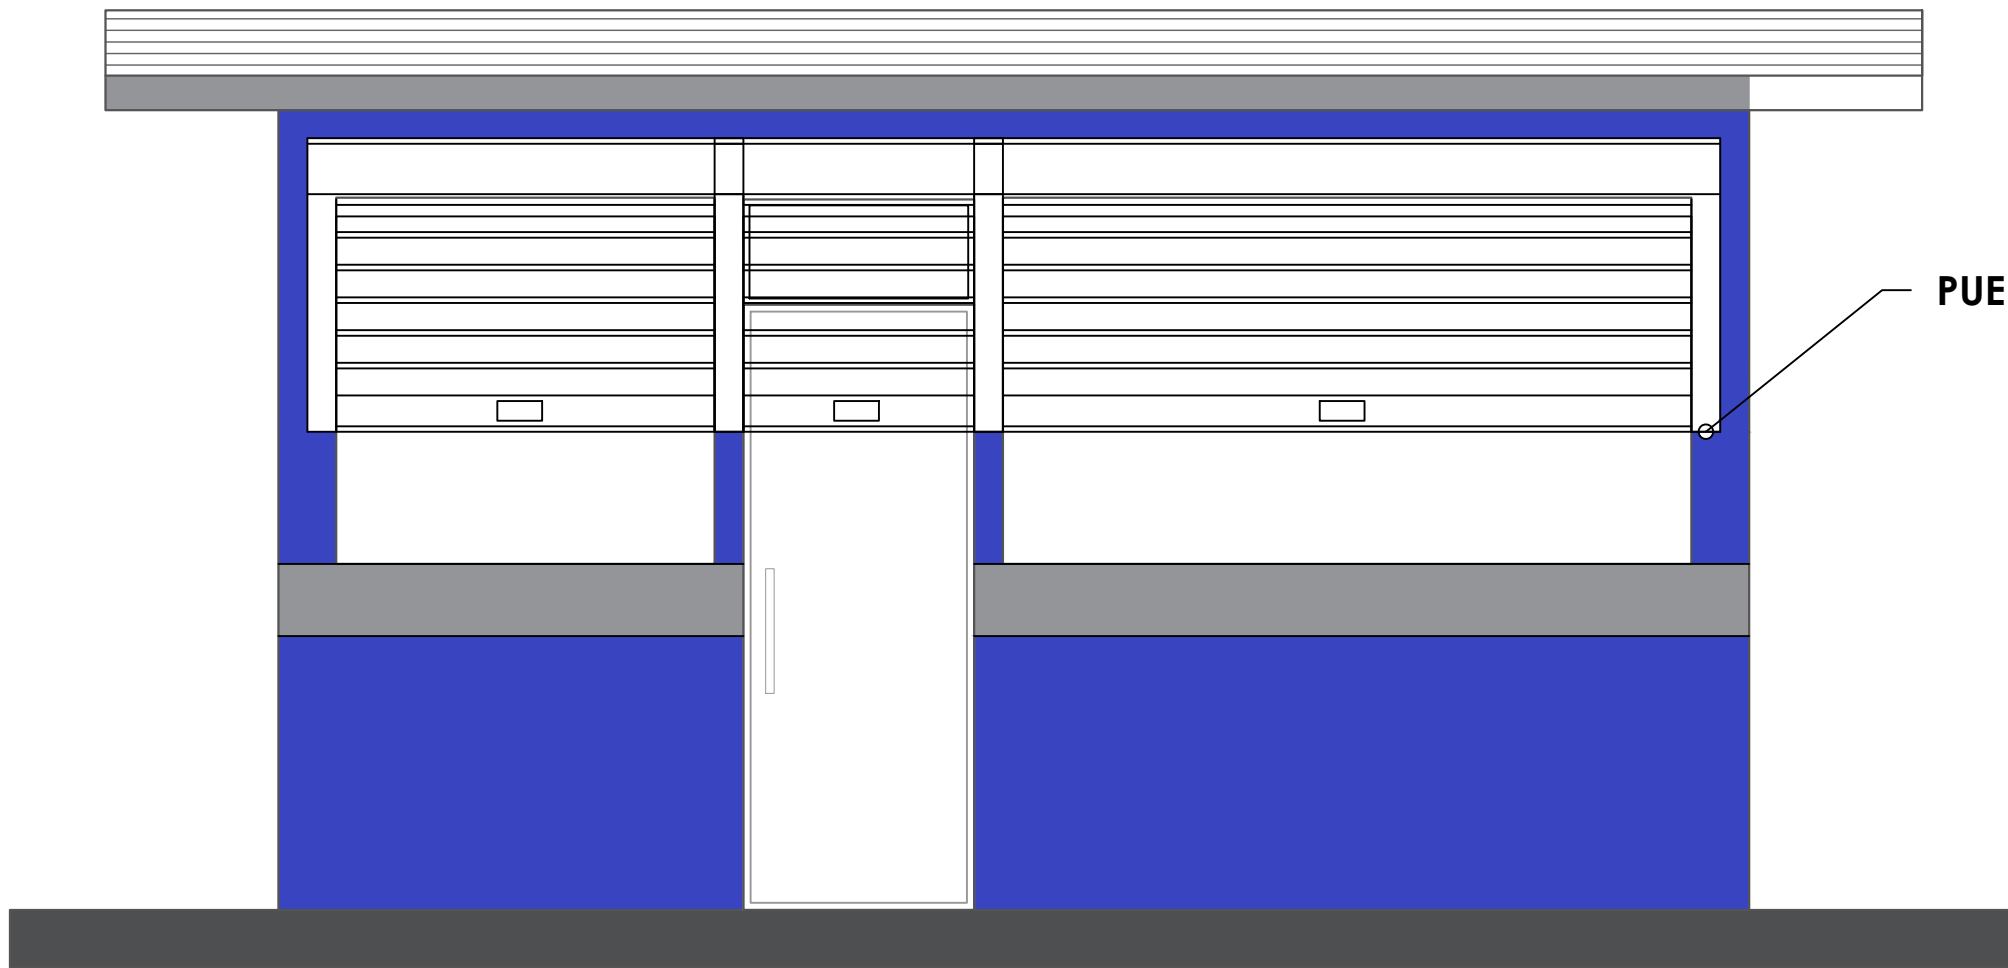


 ELEVACIÓN FRONTAL - CAFETERÍA
ESC. 1:20

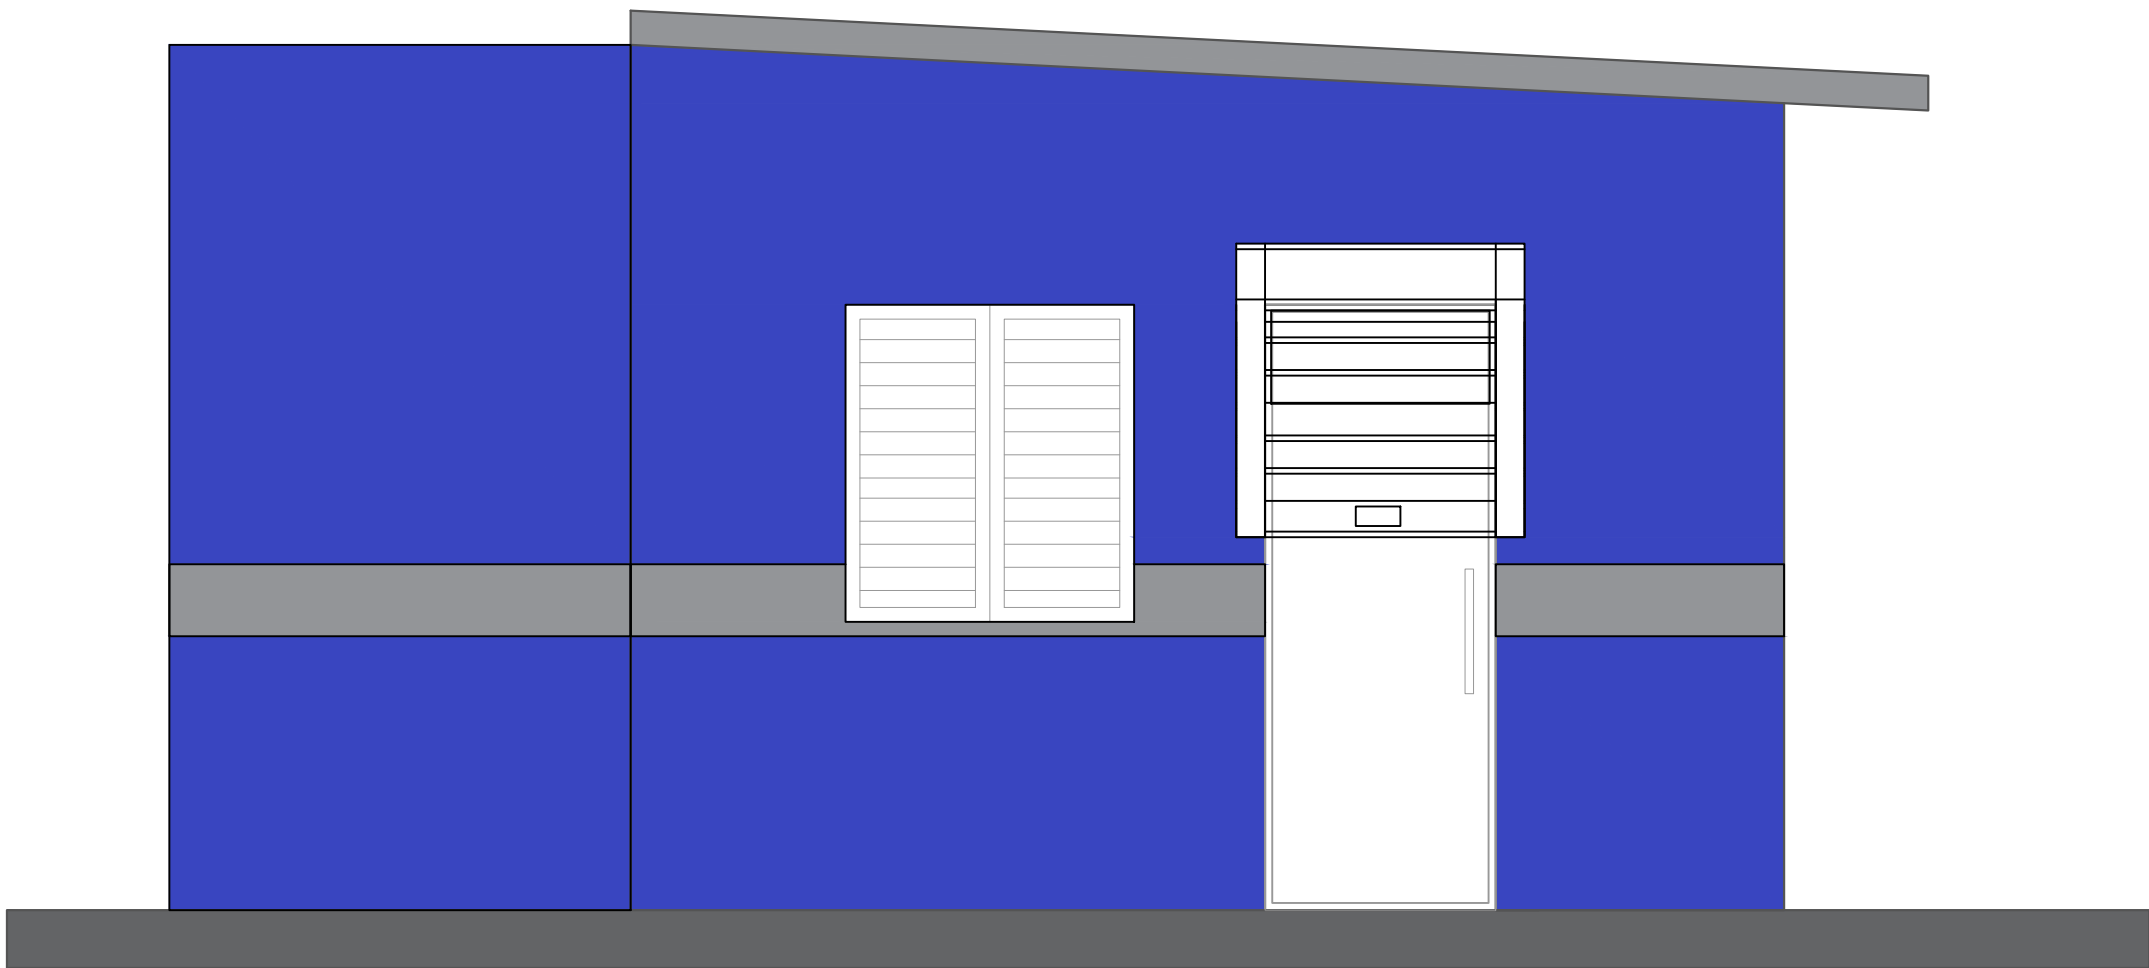

 ELEVACIÓN LATERAL DERECHA - CAFETERÍA
ESC. 1:20

- Nota: Estos colores son una simulación
- Paredes exteriores, azul positivo 93 Pinturas Tropical
 - Techo y interior, Blanco 00 Pinturas Popular
 - Detalles, Gris 59 Pinturas Popular

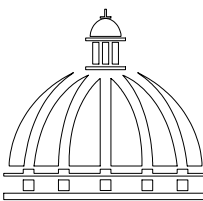
**GOBIERNO DE LA
REPÚBLICA DOMINICANA**

**DIRECCION DE DESARROLLO
PROVINCIAL
DDP**

Ave. Dr. Delgado, Esq. Moises García,
Gazcue, Sto. Dgo., R.D.
TEL.: (809)-364-2189 | FAX.: (809)- 688-1665
E-Mail: info@cpadp.gob.do

PROYECTO:
**CONSTRUCCIÓN CAMPO DE BEISBOL
LAS TARANAS
MUNICIPIO VILLA RIVA, PROVINCIA
DUARTE**

EQUIPO DE TRABAJO:

DISEÑO ARQUITECTÓNICO
ARQ. _____
codia 00000

ENC. INGENIERÍA
ING. FIOR DALIZA BONIFACIO
codia 00000

ESTRUCTURAL
ING. Leopoldo Berroa
codia 00000

ELÉCTRICO
ING. Juan Pérez
codia 00000

HIDRO-SANITARIO
ING. Francis Estévez
codia 00000

SELLO DE APROBACIÓN:

FECHA: _____

CONTENIDO:
**ELEVACIONES CON TECNICA
CAFETERIA**

ESCALA:
1:25

SEPTIEMBRE 2026

NO. PÁGINA:
038

PROYECTO:

**CONSTRUCCIÓN CAMPO DE BEISBOL
LAS TARANAS
MUNICIPIO VILLA RIVA, PROVINCIA
DUARTE**

EQUIPO DE TRABAJO:

DISEÑO ARQUITECTÓNICO
ARQ.

codia 00000

ENC. INGENIERÍA
ING. FIOR DALIZA BONIFACIO
codia 00000

ESTRUCTURAL
ING. Leopoldo Berroa
codia 00000

ELÉCTRICO
ING. Juan Pérez
codia 00000

HIDRO-SANITARIO
ING. Francis Estévez
codia 00000

SELLO DE APROBACIÓN:

FECHA: _____

CONTENIDO:

SECCIONES CAFETERIA



ESCALA:

1:25

SEPTIEMBRE 2026



NO. PÁGINA:

039

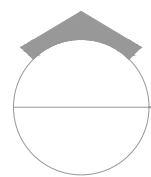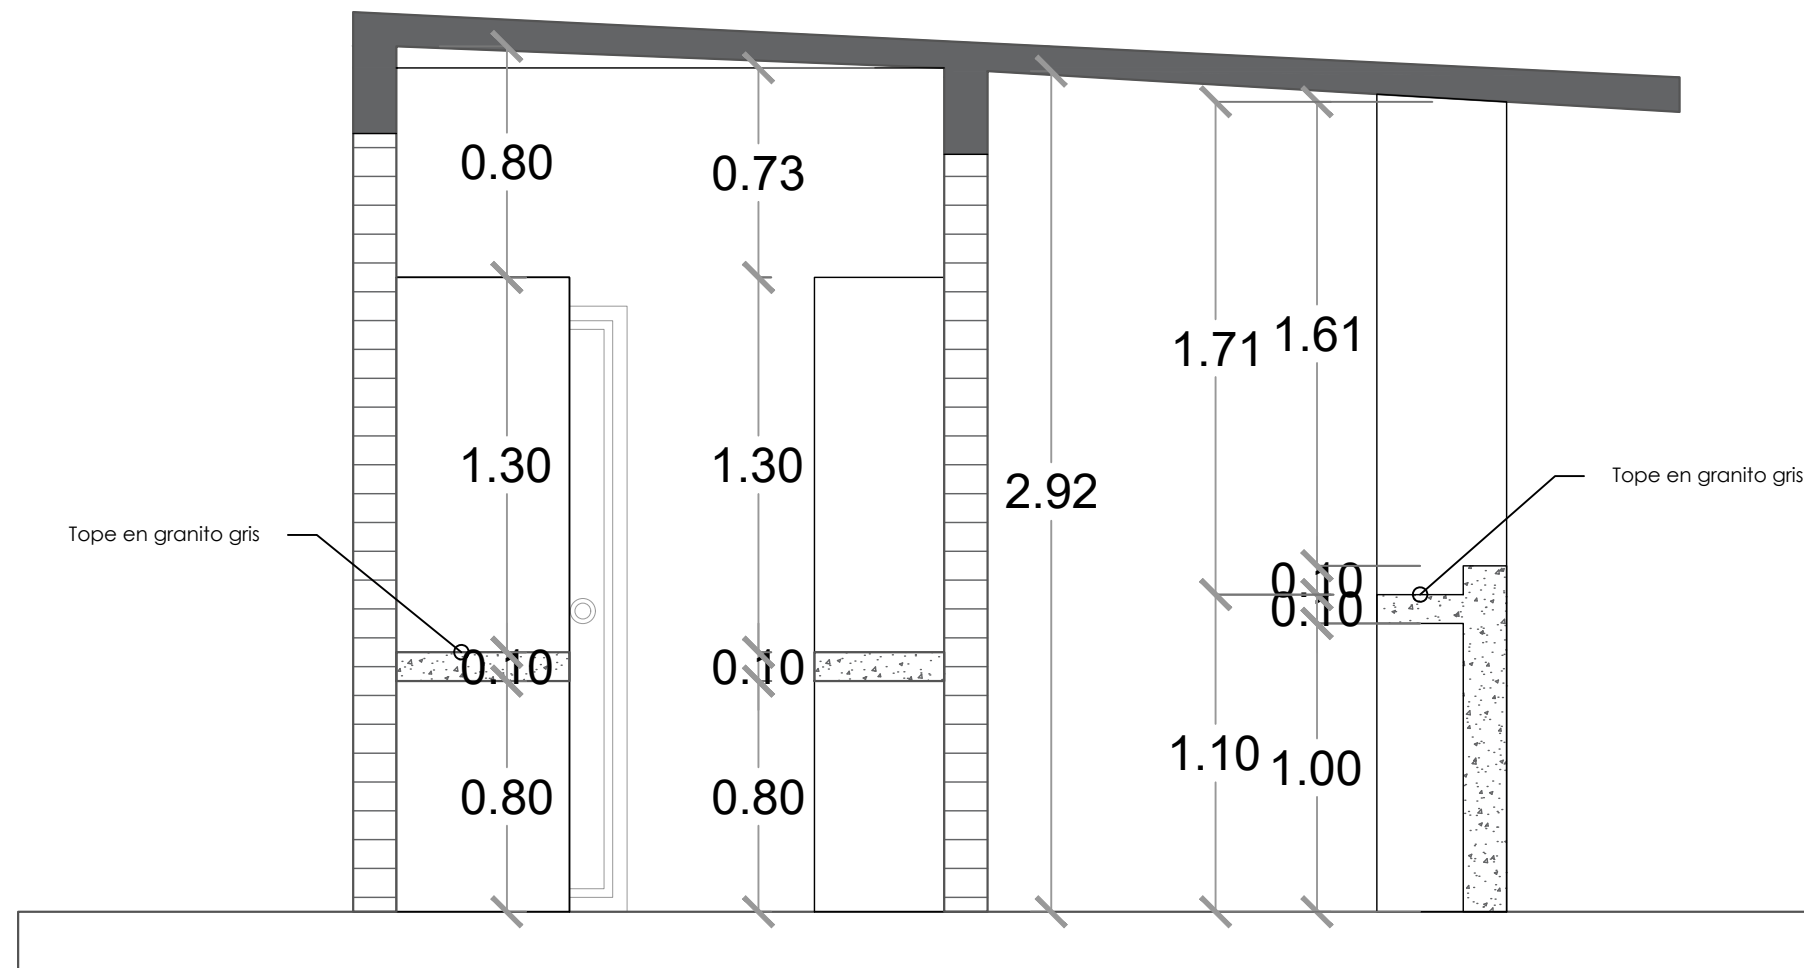

SECCIÓN A-A

ESC. 1:20

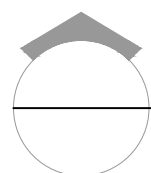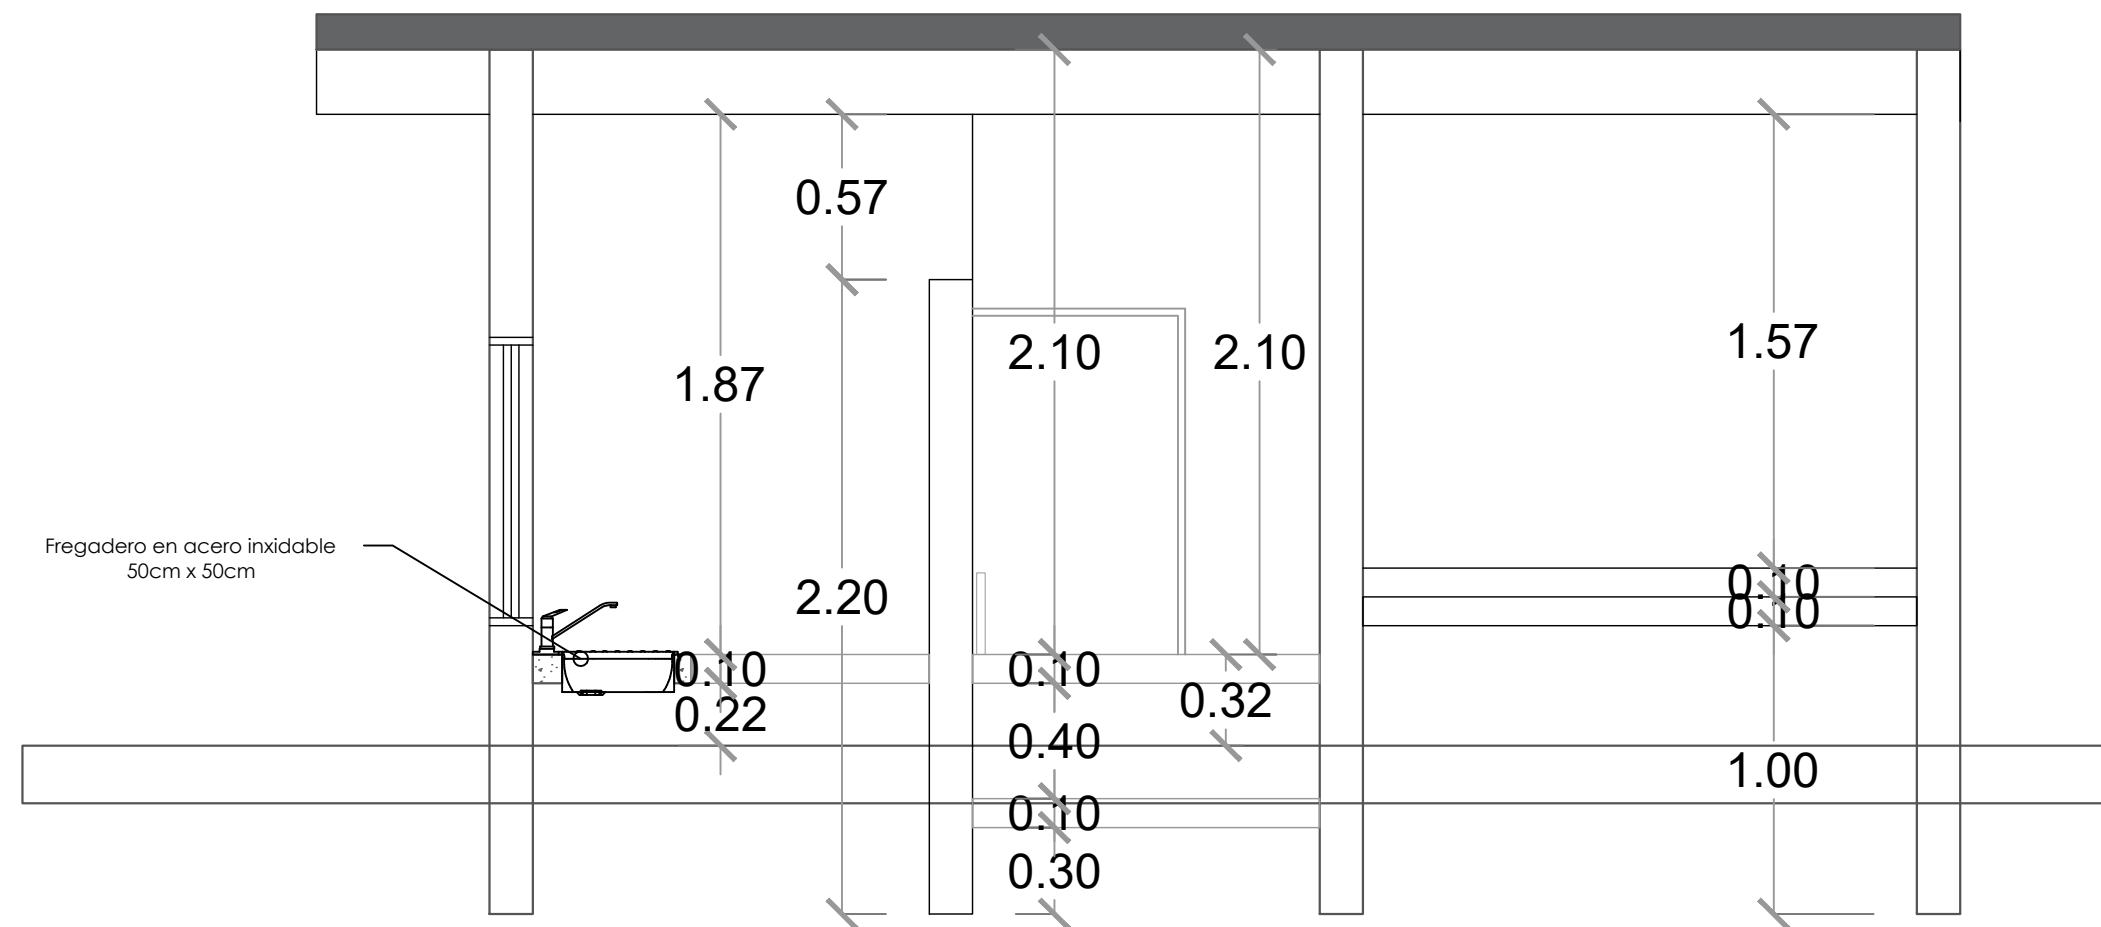

SECCIÓN B-B

ESC. 1:20

PROYECTO:
**CONSTRUCCIÓN CAMPO DE BEISBOL
LAS TARANAS
MUNICIPIO VILLA RIVA, PROVINCIA
DUARTE**

EQUIPO DE TRABAJO:
DISEÑO ARQUITECTÓNICO
ARQ. _____
codia 00000

ENC. INGENIERÍA
ING. FIOR DALIZA BONIFACIO
codia 00000

ESTRUCTURAL
ING. Leopoldo Berroa
codia 00000

ELÉCTRICO
ING. Juan Pérez
codia 00000

HIDRO-SANITARIO
ING. Francis Estévez
codia 00000

SELLO DE APROBACIÓN:

FECHA: _____

CONTENIDO:

INST. ELECTRICAS


ESCALA:

1:25

SEPTIEMBRE 2026

NO. PÁGINA:

040

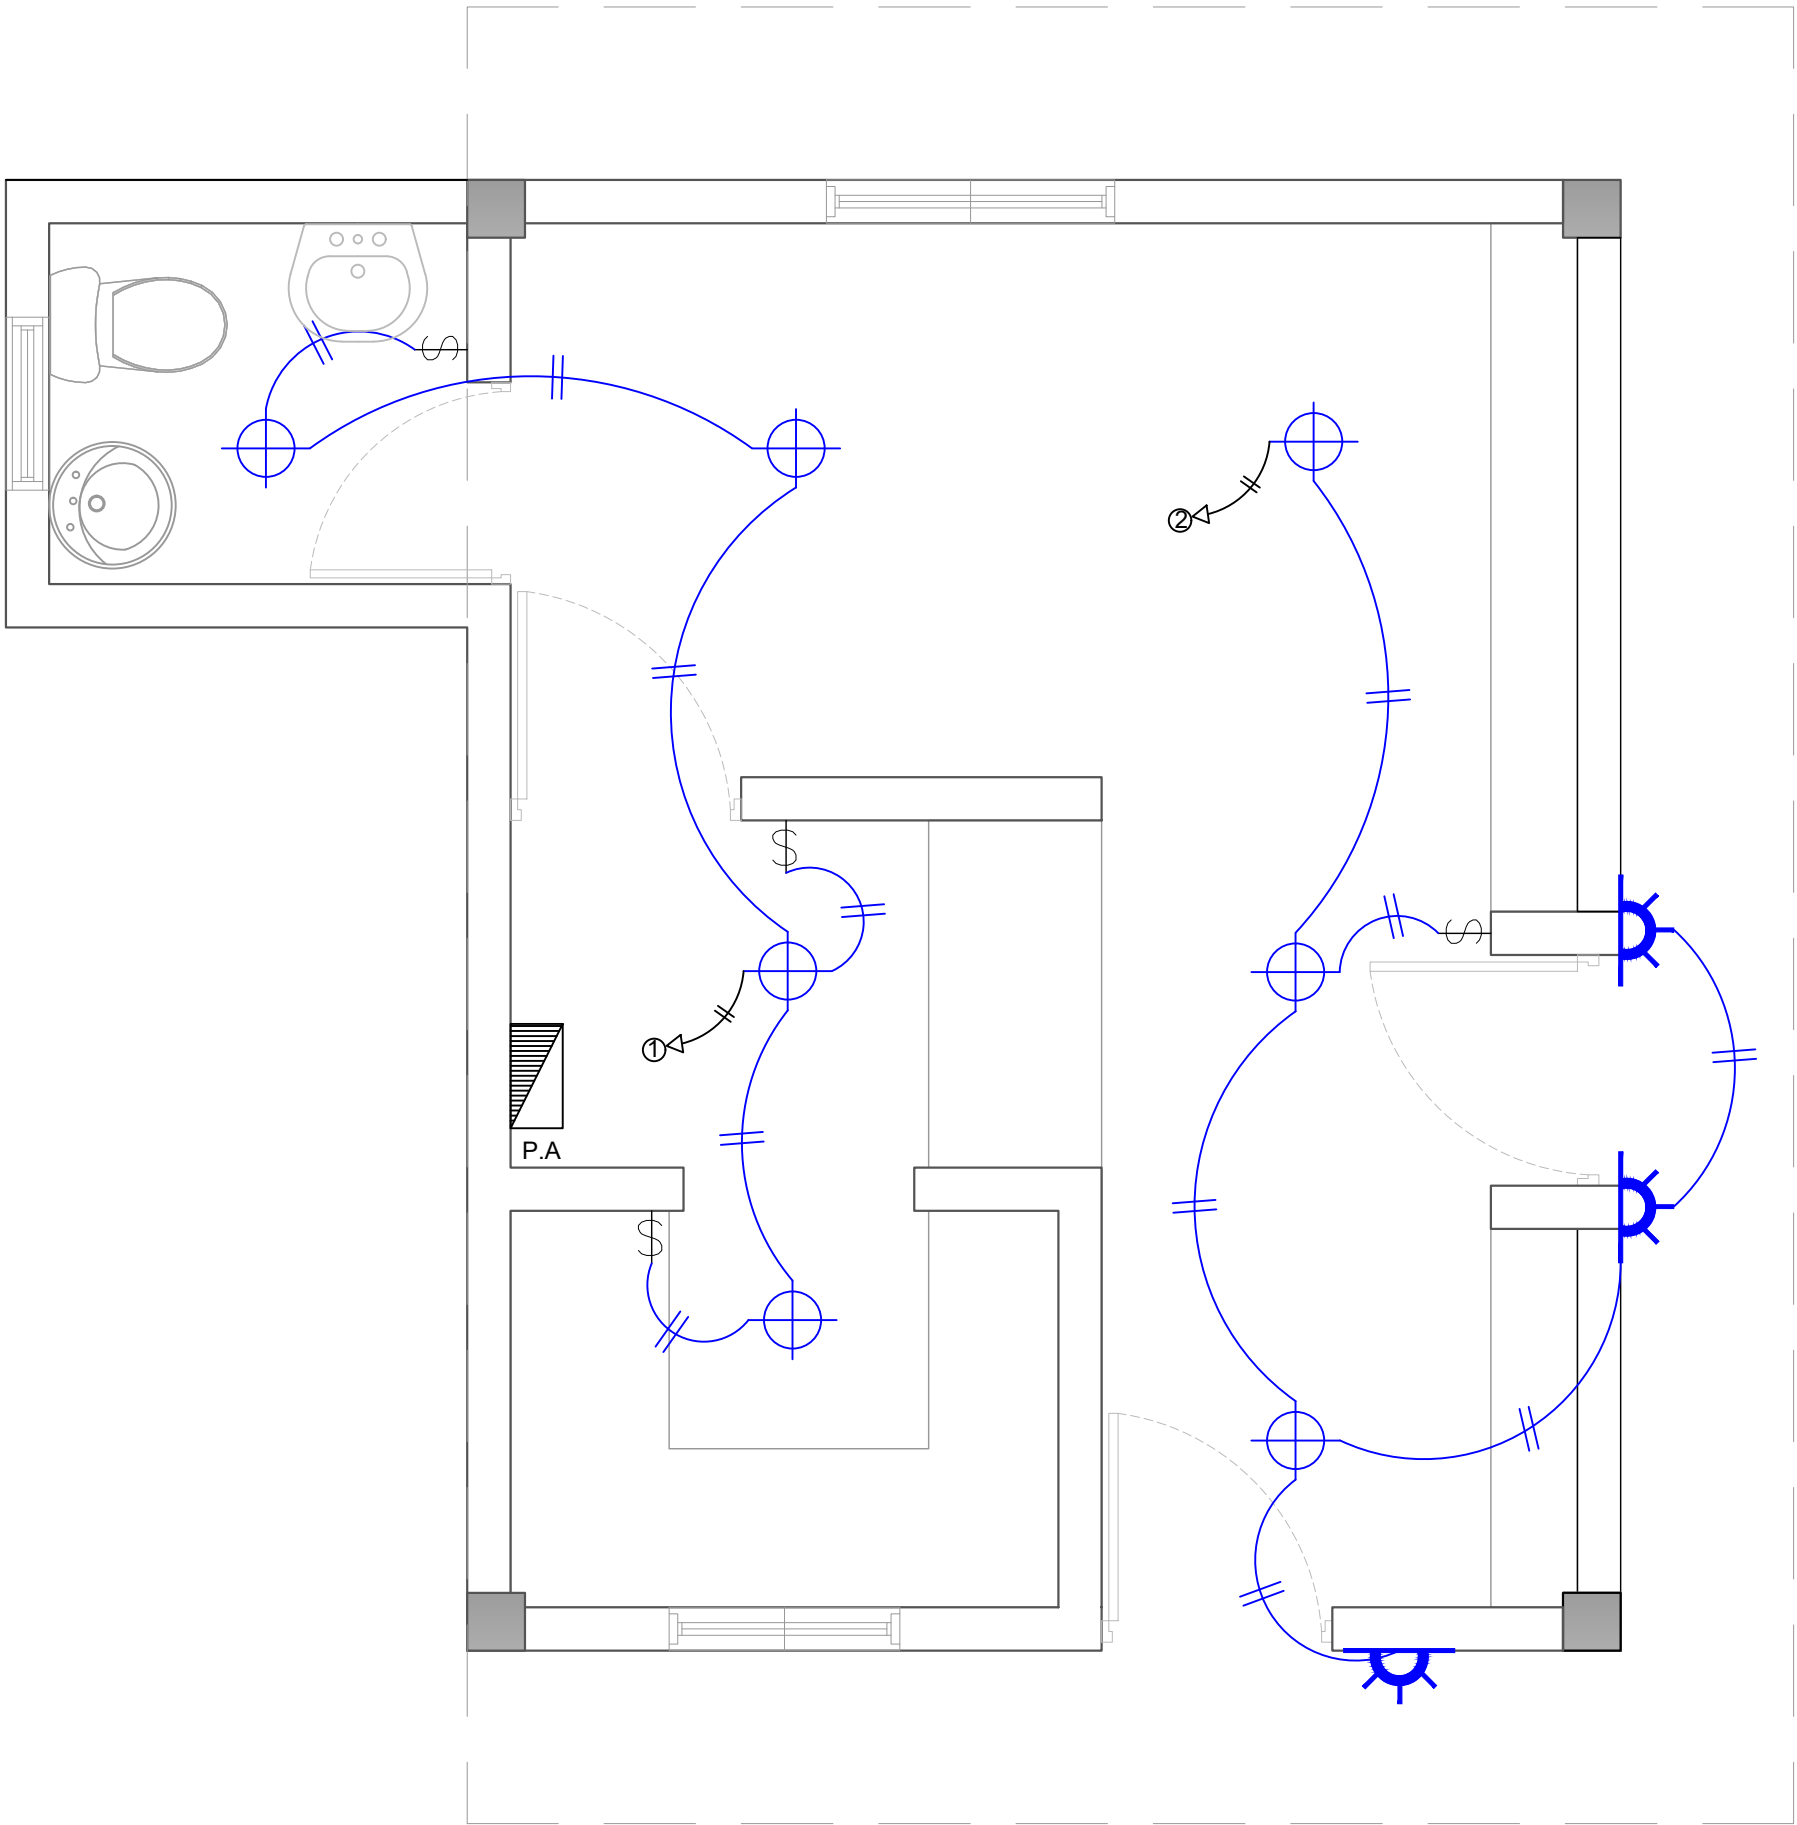

LEYENDA	
SIMBOLOGÍA	NOMBRE
	Luces de Techo
	Luces colgante tipo campana
	Lampara flour 4x4
	Lampara flour 2x4
	Luces de Pared
	Interruptores sencillo, 15A, 120V
	Interruptores doble, 15A, 120V
	Interruptores triple, 15A, 120V
	Interruptores 3 Way, 15A, 120V
	Interruptores 4 Way, 15A, 120V
	Interruptores Con luz piloto, 15A, 120V
	Luces en Poste
	Luces de Estadio
	Toma Corriente 120V, Doble, 20A
	Toma Corriente 240V, Sencillo, 30A
	Toma Corriente 120 de UPS, Doble, 20A
	Teléfono
	Antena de Televisión
	Data
	Hacia el Panel con 2 hilos
	Hacia el Panel con 3 hilos
	Tubería Empotrada en Losa
	Tubería Empotrada en Tierra
	Panel de Distribución Eléctrica
	Panel Board
	Breaker
	Registro
	Medidor o contador
	Transformador
	Abanico de Techo
	Equipos Eléctricos
	Transfer Switch
	Módulo de Contador
	Enclosed Breaker
	Tubería Empotrada con 3 hilos
	Inversor, UPS

PROYECTO:
**CONSTRUCCIÓN CAMPO DE BEISBOL
LAS TARANAS
MUNICIPIO VILLA RIVA, PROVINCIA
DUARTE**

EQUIPO DE TRABAJO:
DISEÑO ARQUITECTÓNICO
ARQ. _____
codia 00000

ENC. INGENIERÍA
ING. FIOR DALIZA BONIFACIO
codia 00000

ESTRUCTURAL
ING. Leopoldo Berroa
codia 00000

ELÉCTRICO
ING. Juan Pérez
codia 00000

HIDRO-SANITARIO
ING. Francis Estévez
codia 00000

SELLO DE APROBACIÓN:

FECHA: _____

CONTENIDO:

INST. ELECTRICAS


ESCALA:






1:25

SEPTIEMBRE 2026



NO. PÁGINA:

     041

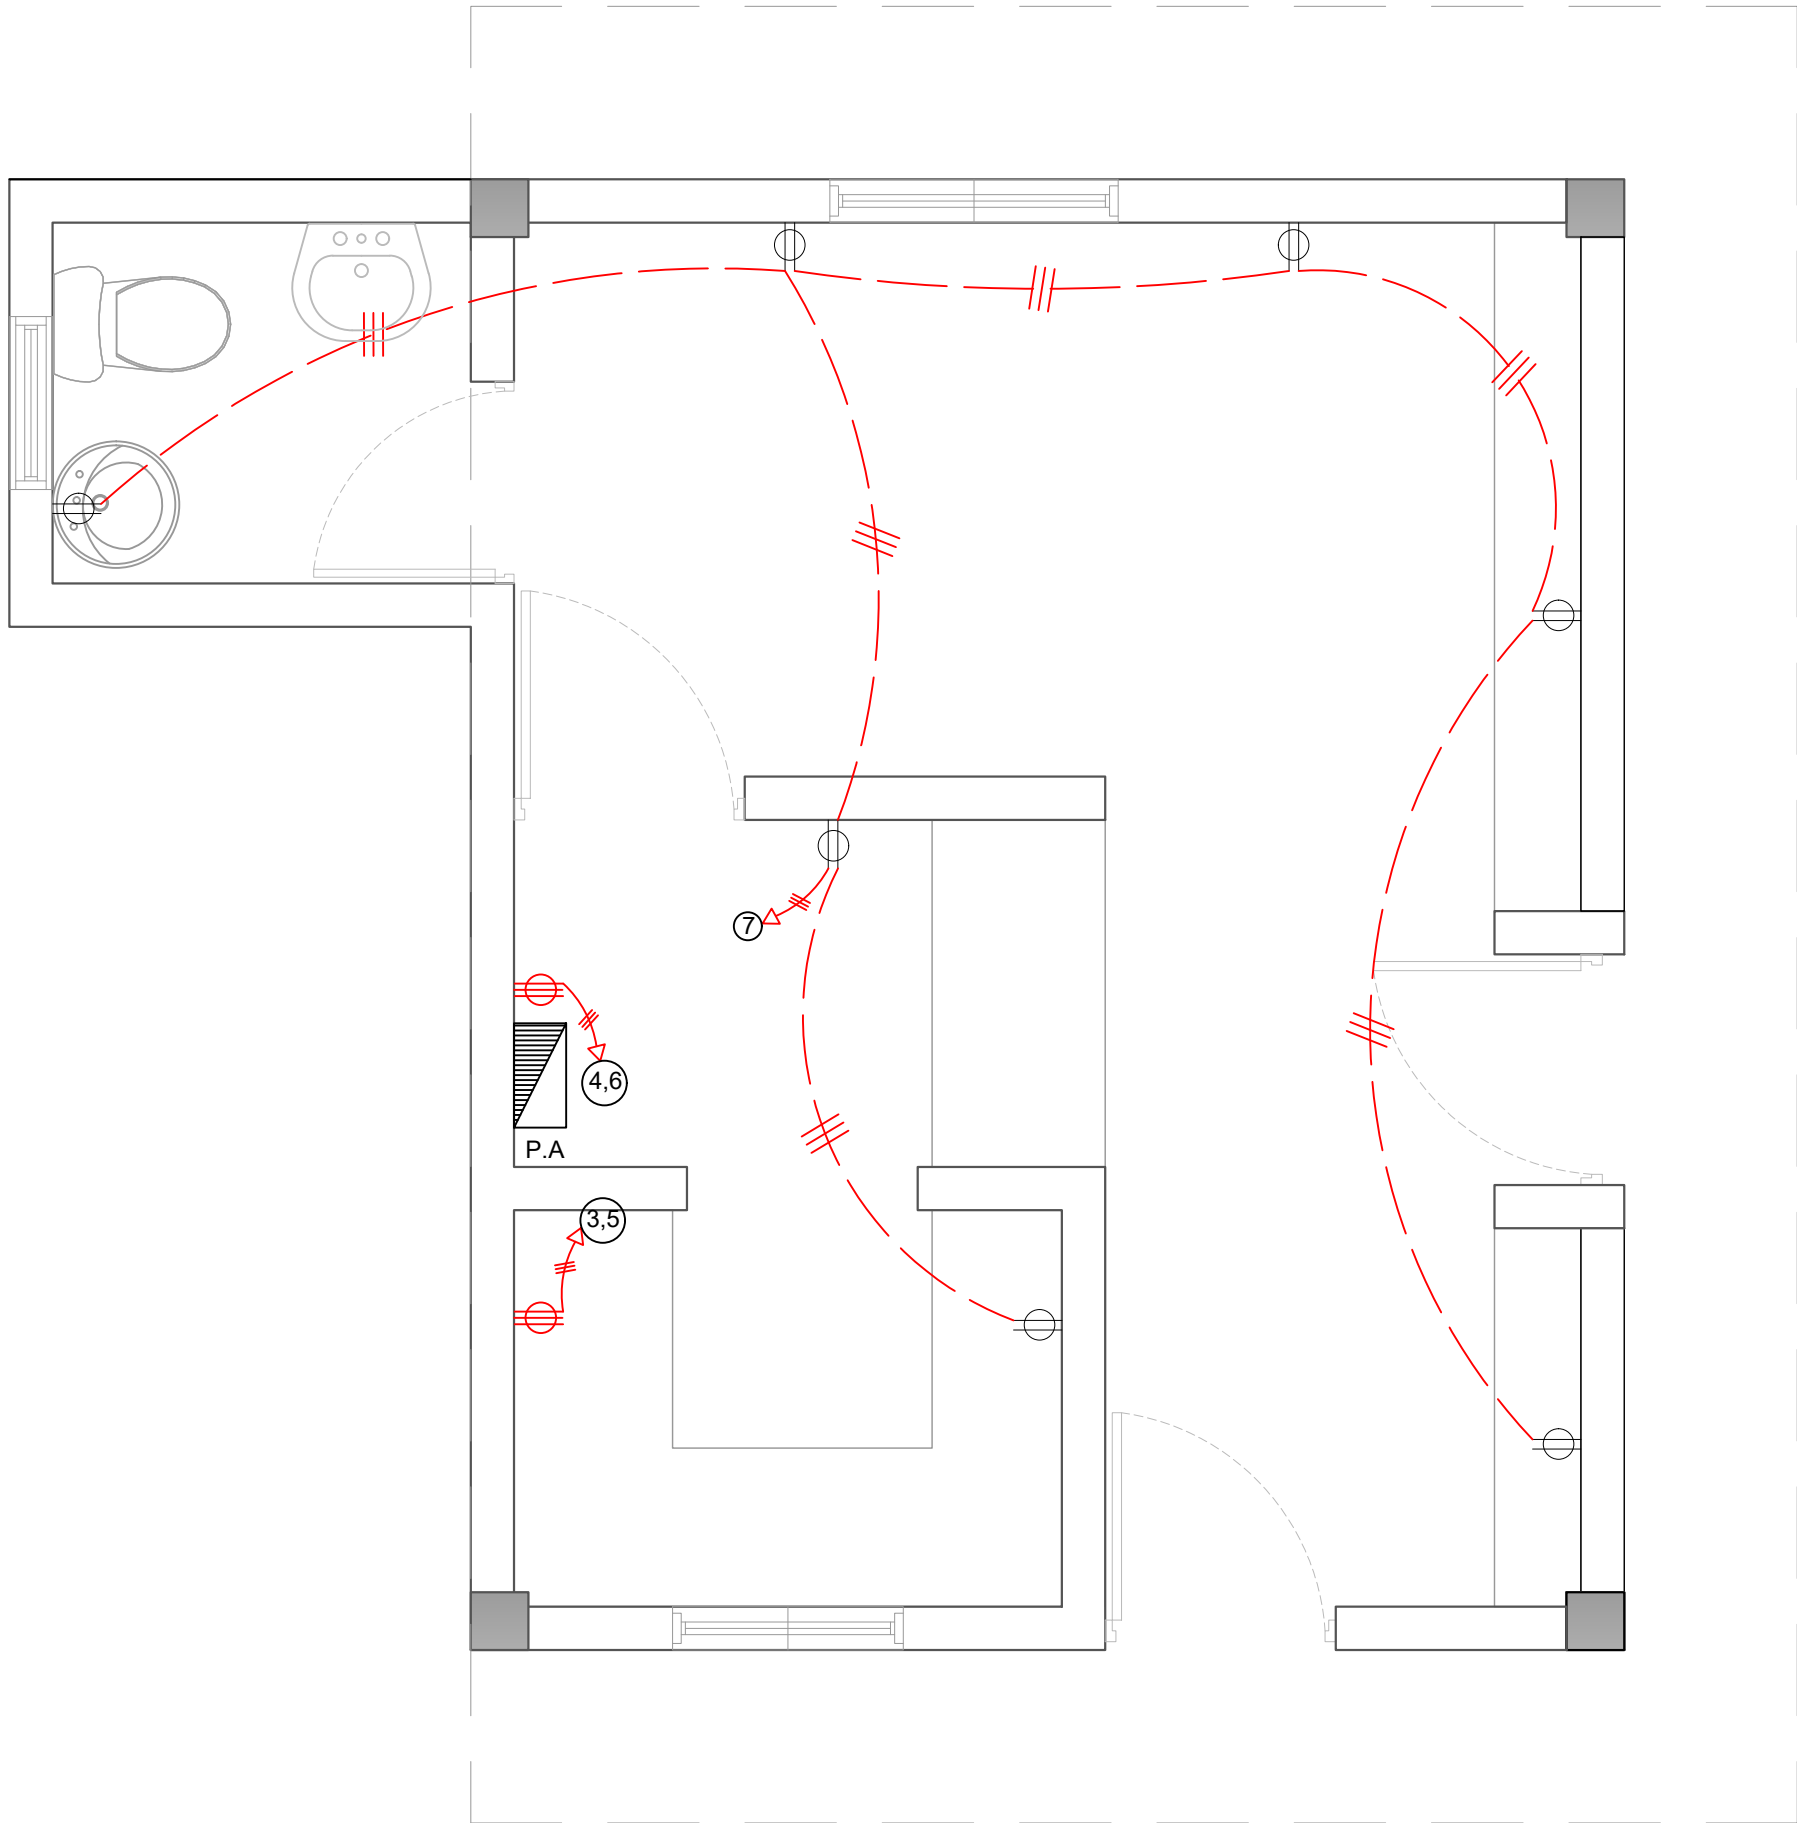

LEYENDA	
SIMBOLOGÍA	NOMBRE
	Luces de Techo
	Luces colgante tipo campana
	Lampara flour 4x4
	Lampara flour 2x4
	Luces de Pared
	Interruptores sencillo, 15A, 120V
	Interruptores doble, 15A, 120V
	Interruptores triple, 15A, 120V
	Interruptores 3 Way, 15A, 120V
	Interruptores 4 Way, 15A, 120V
	Interruptores Con luz piloto, 15A, 120V
	Luces en Poste
	Luces de Estadio
	Toma Corriente 120V, Doble, 20A
	Toma Corriente 240V, Sencillo, 30A
	Toma Corriente 120 de UPS, Doble, 20A
	Teléfono
	Antena de Televisión
	Data
	Hacia el Panel con 2 hilos
	Hacia el Panel con 3 hilos
	Tubería Empotrada en Losa
	Tubería Empotrada en Tierra
	Panel de Distribución Eléctrica
	Panel Board
	Breaker
	Registro
	Medidor o contador
	Transformador
	Abanico de Techo
	Equipos Eléctricos
	Transfer Switch
	Módulo de Contador
	Enclosed Breaker
	Tubería Empotrada con 3 hilos
	Inversor, UPS

PANEL: PA			4				CONDUCTORES				ESPACIOS: 12			
LUGAR: COCINA			SIMILAR: GE				CAT: THQC12420				TENSIÓN: 120/240 VAC			
FASE: 2			INTERRUPTOR PRINCIPAL				BREAKERS				BARRAS: 75 AMP			
			40/2 AMP THQAL TIPO				TIPO: THQAL							
KVA	DESCRIPCIÓN	DUCT.	CAL	BKR	NO.	A	B	NO.	BKR	CAL	DUCT.	DESCRIPCIÓN	KVA	
0.40	Iluminación	1/2"	12	20	1			2	20	12	1/2"	Iluminación	0.50	
1.50	Toma Corriente 240v	3/4"	10	30	3			4	30	10	3/4"	Toma Corriente 240v	1.50	
1.50	Toma Corriente 240v	3/4"	10	30	5			6	30	10	3/4"	Toma Corriente 240v	1.50	
1.26	Toma Corriente 120v	1/2"	12	20	7			8						
					9			10						
					11			12						
CARGA CONECTADA: 8.16 KVA				DEMANDA MAXIMA: 8.16 KVA				ALIMENTADOR:						
ILUMINACIÓN: 0.90 KVA				CARGA DE DISEÑO: 7.34 KVA				2 THW CAL. NO. 6						
TOMACORRIENTE: 7.26 KVA				CORRIENTE DE DISEÑO: 30.60 AMP				1 THW CAL. NO. 8						
OTROS: - KVA				FACTOR DE DEMANDA: 90 %				1 THW CAL. NO. 12						
FASE A: 3.90 KVA				CARGA RESERVA: 0.82 KVA				DUCTO DIAM: 1" TIPO: pvc						
FASE B: 4.26 KVA				NEUTRO: 30.60 Amps										

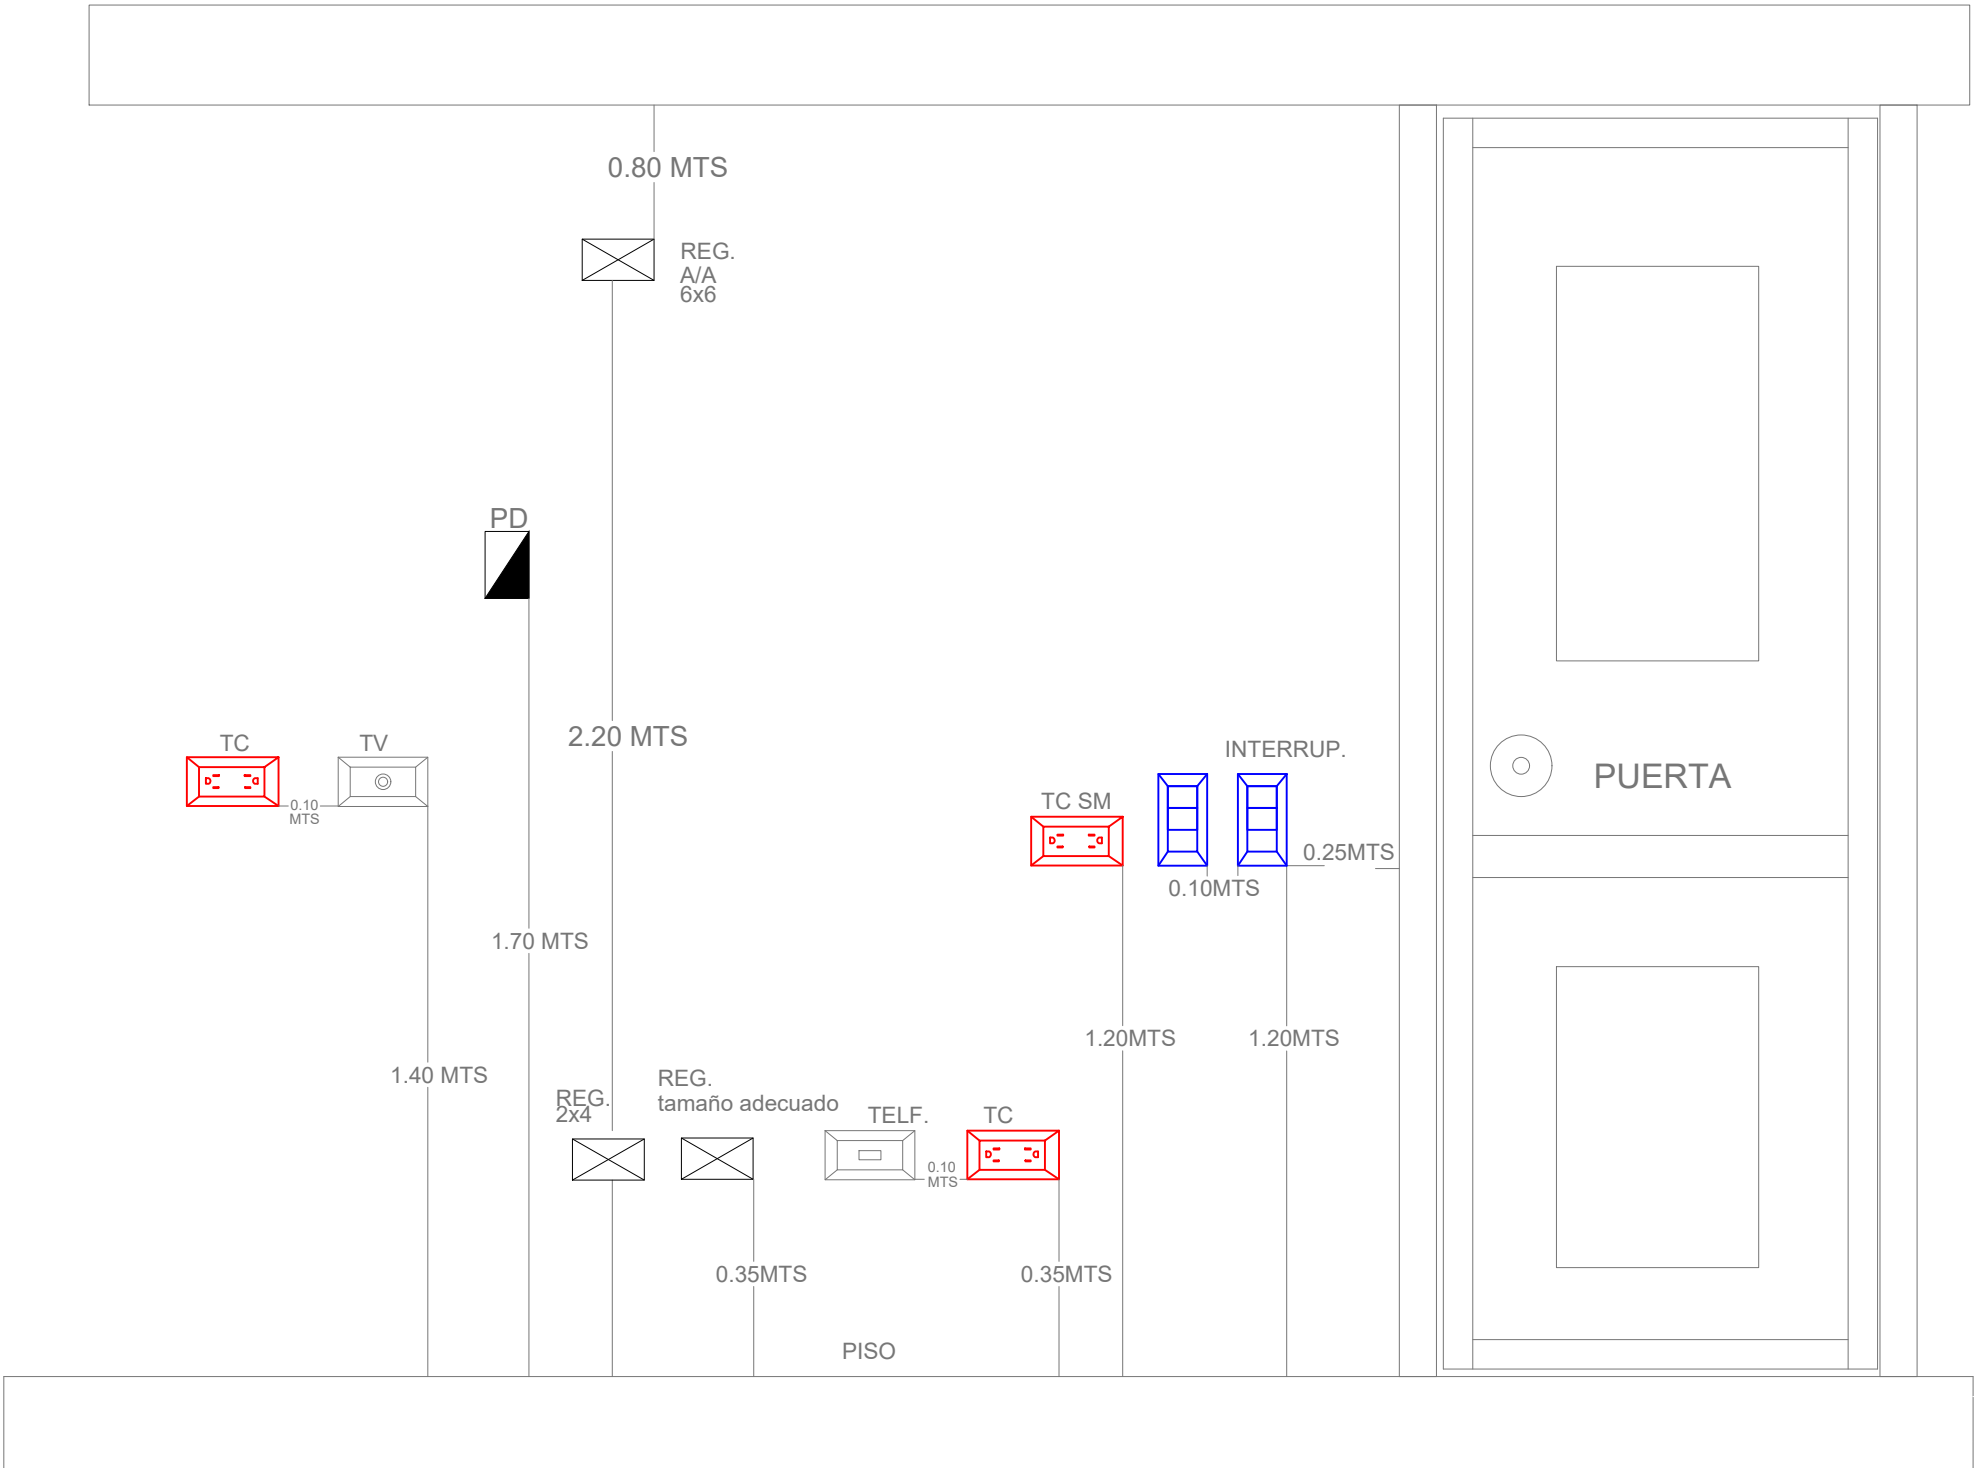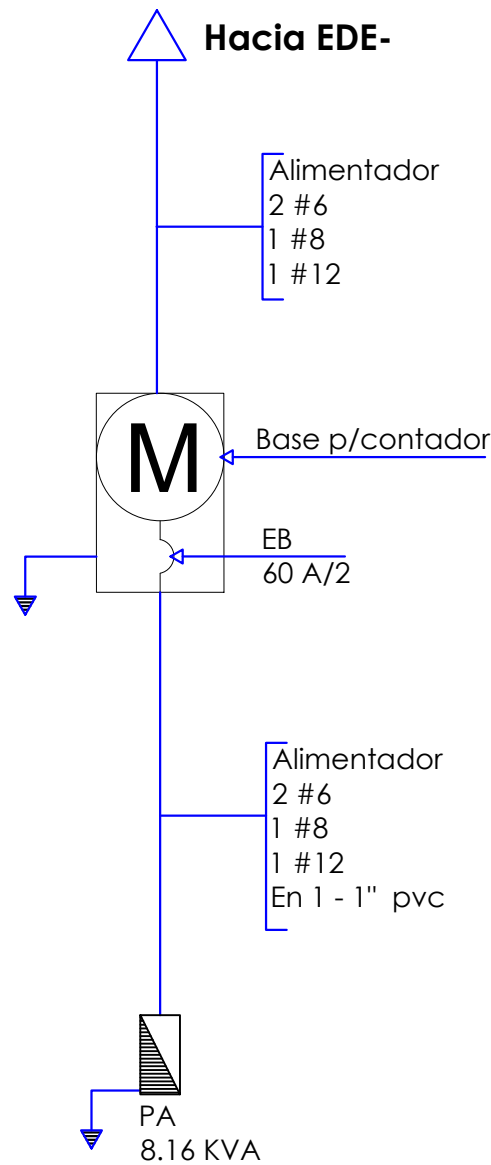

DIRECCION DE DESARROLLO PROVINCIAL DDP

Ave. Dr. Delgado, Esq. Moises García,
Gazcue, Sto. Dgo., R.D.
TEL.: (809)-364-2189 | FAX.: (809)- 688-1665
E-Mail: info@cpadp.gob.do

PROYECTO:
CONSTRUCCIÓN CAMPO DE BEISBOL LAS TARANAS
MUNICIPIO VILLA RIVA, PROVINCIA DUARTE

EQUIPO DE TRABAJO:
DISEÑO ARQUITECTÓNICO
ARQ.
codia 00000

ENC. INGENIERÍA
ING. FIOR DALIZA BONIFACIO

codia 00000

ESTRUCTURAL
ING. Leopoldo Berroa

codia 00000

ELÉCTRICO
ING. Juan Pérez

codia 00000

HIDRO-SANITARIO
ING. Francis Estévez

codia 00000

SELLO DE APROBACIÓN:


FECHA:

CONTENIDO:
DETALLE ELÉCTRICO- CAFETERÍA

ESCALA:
1:25

SEPTIEMBRE 2026

NO. PÁGINA:
042

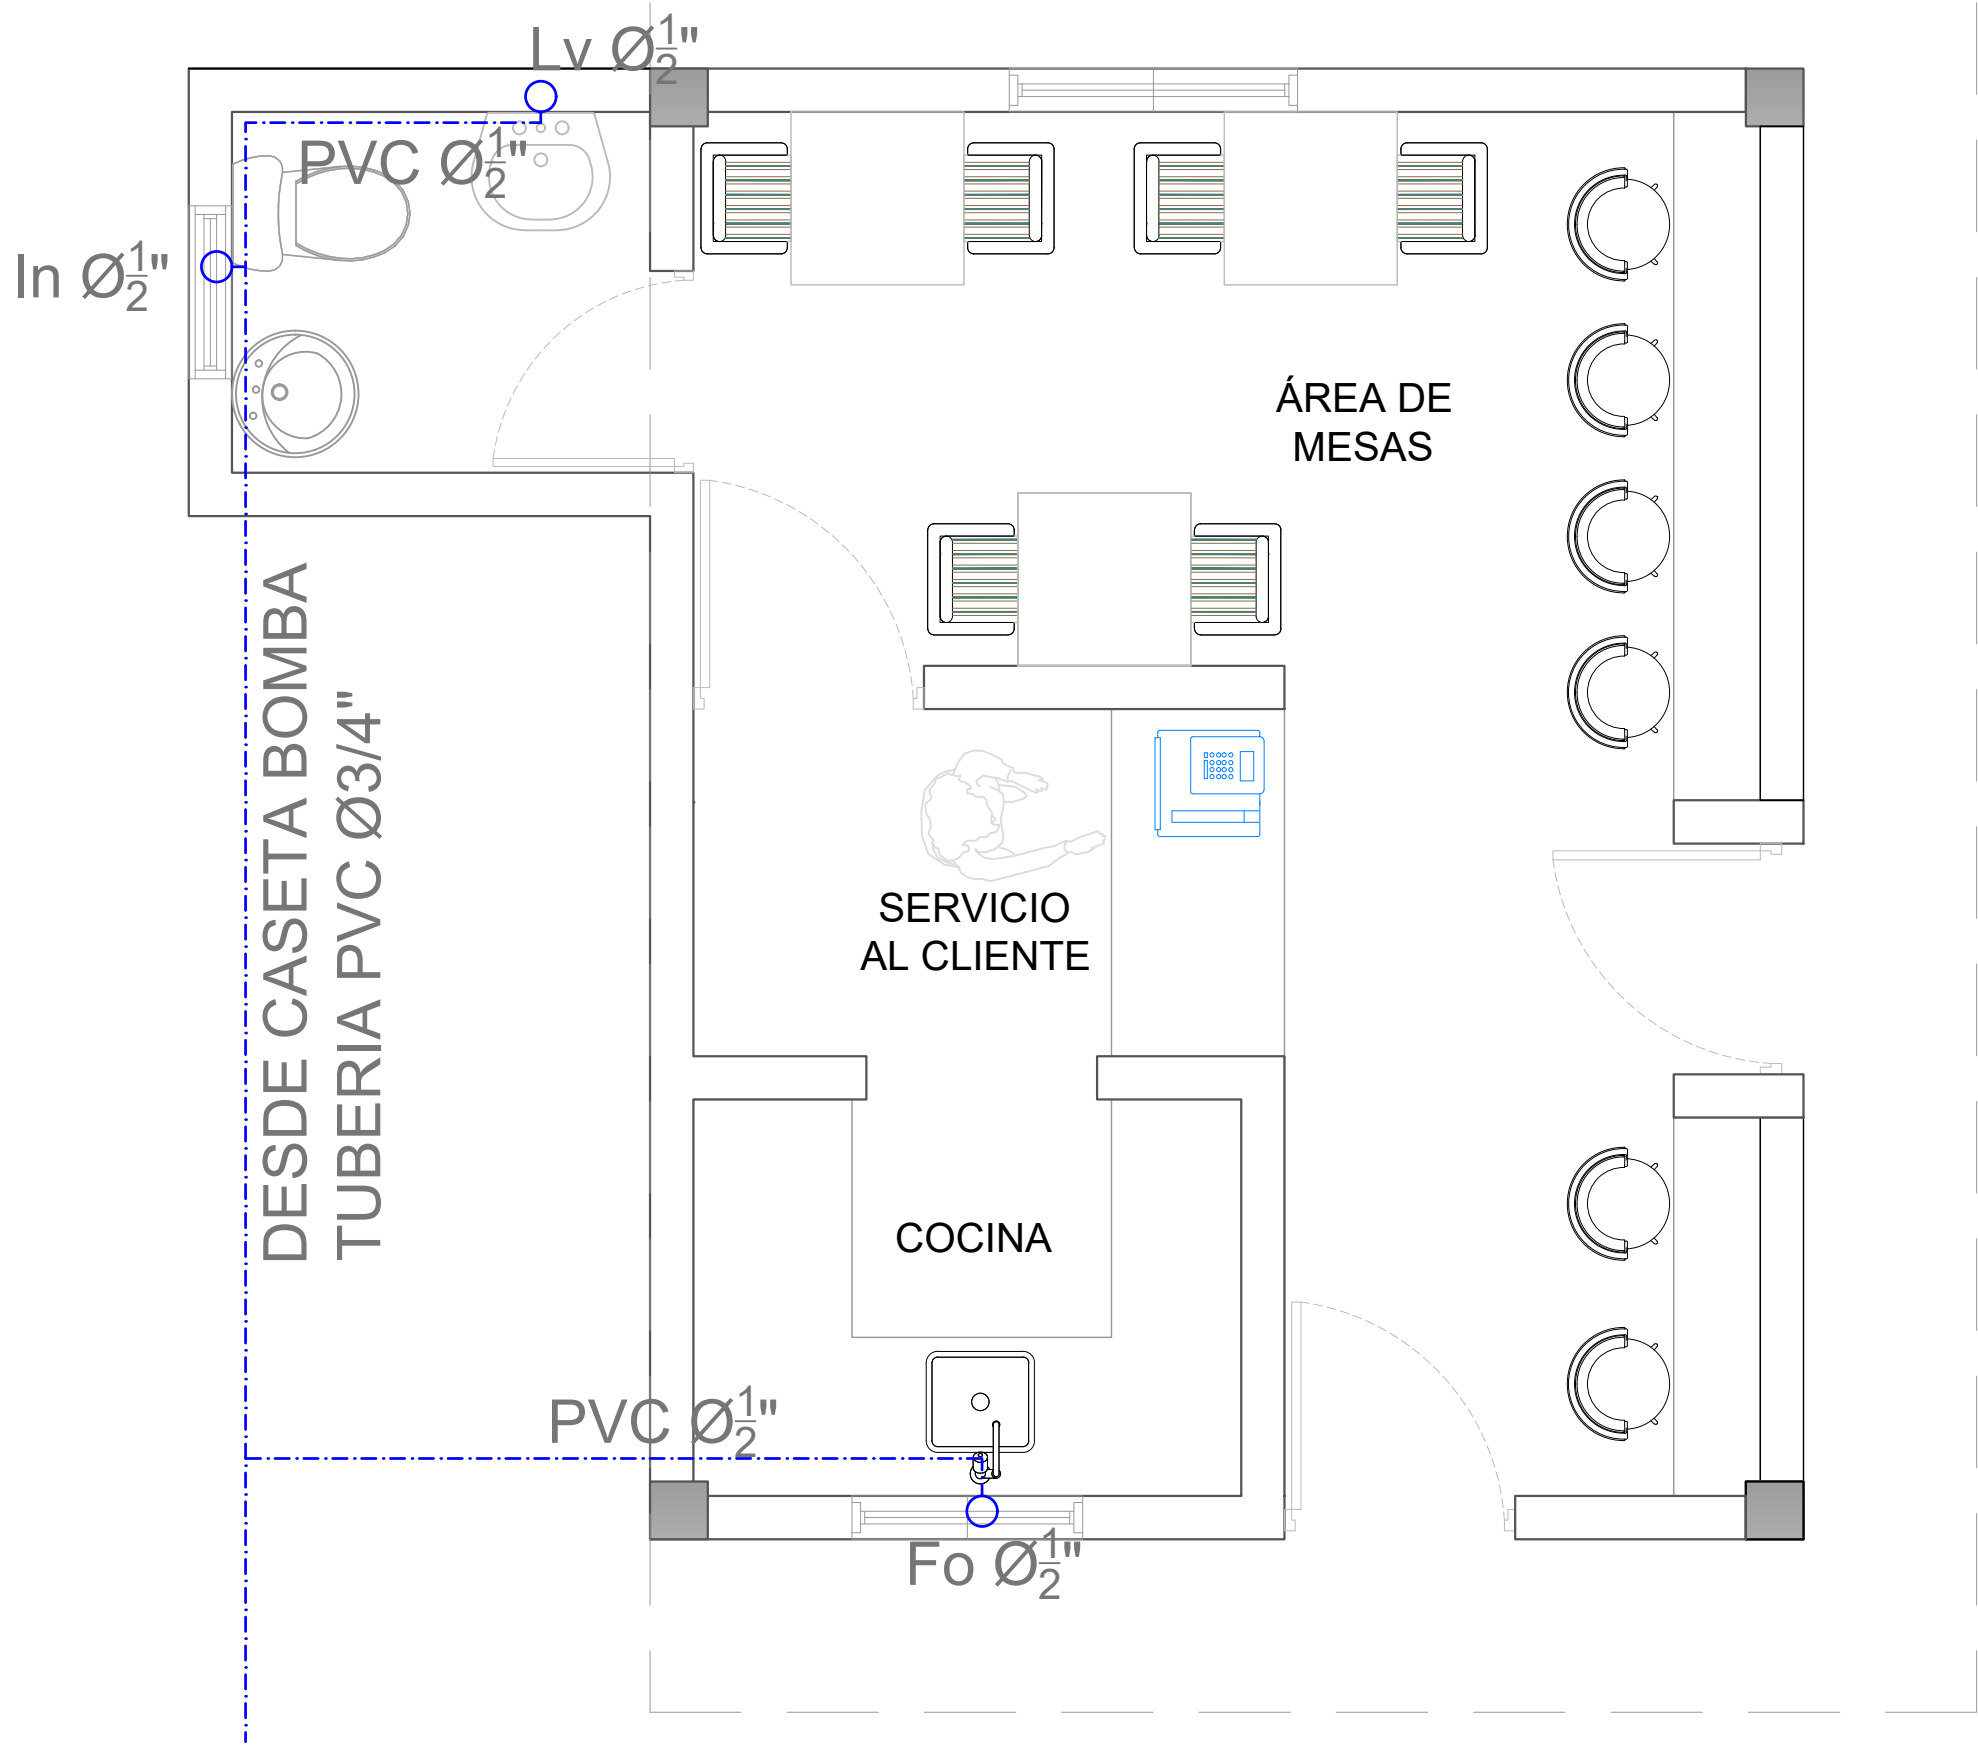

LEYENDA PLATA ELECTRICA	
SIMBOLOGÍA	NOMBRE
	Luces de Techo (BOMBILLO)
	Luces colgante tipo campana
	Luces Ojo de Buey LED 3W 72 x 72 x 23 mm
	Panel Circular Emp. LED 12W 17 cm
	Lampara Fluorescente 4x1
	Lampara Fluorescente 2x2
	Lampara Fluorescente 2x4
	Luces de Pared
	Luces de Piso
	Interruptores sencillo, 15A, 120V
	Interruptores doble, 15A, 120V
	Interruptores triple, 15A, 120V
	Interruptores 3 Way, 15A, 120V
	Interruptores 4 Way, 15A, 120V
	Interruptores Con luz piloto, 15A, 120V
	Luces en Poste
	LUCES DE ESTADIO
	Fotocelda
	Abanico de PARED
	ABANICO DE TECHO
	CONTROL DE ABANICO DE TECHO
	Toma Corriente 120V, Doble, 20A
	TOMA CORRIENTE 240V, SENCILLO, 30A
	Toma Corriente 240V, Doble, 30A
	Toma Corriente 120 de piso, Doble, 20A
	Toma Corriente 120 sobre meseta, Doble, 20A
	Toma Corriente 120 falla a tierra, Doble, 20A
	Toma Corriente 120 DE UPS, Doble, 20A
	Toma Corriente 120 DE Waterproof, Doble, 20A
	Equipos Eléctricos
	Teléfono
	Antena de Televisión
	Data
	Panel de Distribución Eléctrica
	Registro
	Tubería Empotrada en Losa
	Tubería Empotrada en Tierra
	Cámara

PROYECTO:
**CONSTRUCCIÓN CAMPO DE BEISBOL
LAS TARANAS
MUNICIPIO VILLA RIVA, PROVINCIA
DUARTE**

EQUIPO DE TRABAJO:
DISEÑO ARQUITECTÓNICO
ARQ. _____
codia 00000

ENC. INGENIERÍA
ING. FIOR DALIZA BONIFACIO
codia 00000

ESTRUCTURAL
ING. Leopoldo Berroa
codia 00000

ELÉCTRICO
ING. Juan Pérez
codia 00000

HIDRO-SANITARIO
ING. Francis Estévez
codia 00000

SELLO DE APROBACIÓN:


FECHA: _____

CONTENIDO:
PLANTA SANITARIA

ESCALA:
1:25

SEPTIEMBRE 2026

NO. PÁGINA:
043

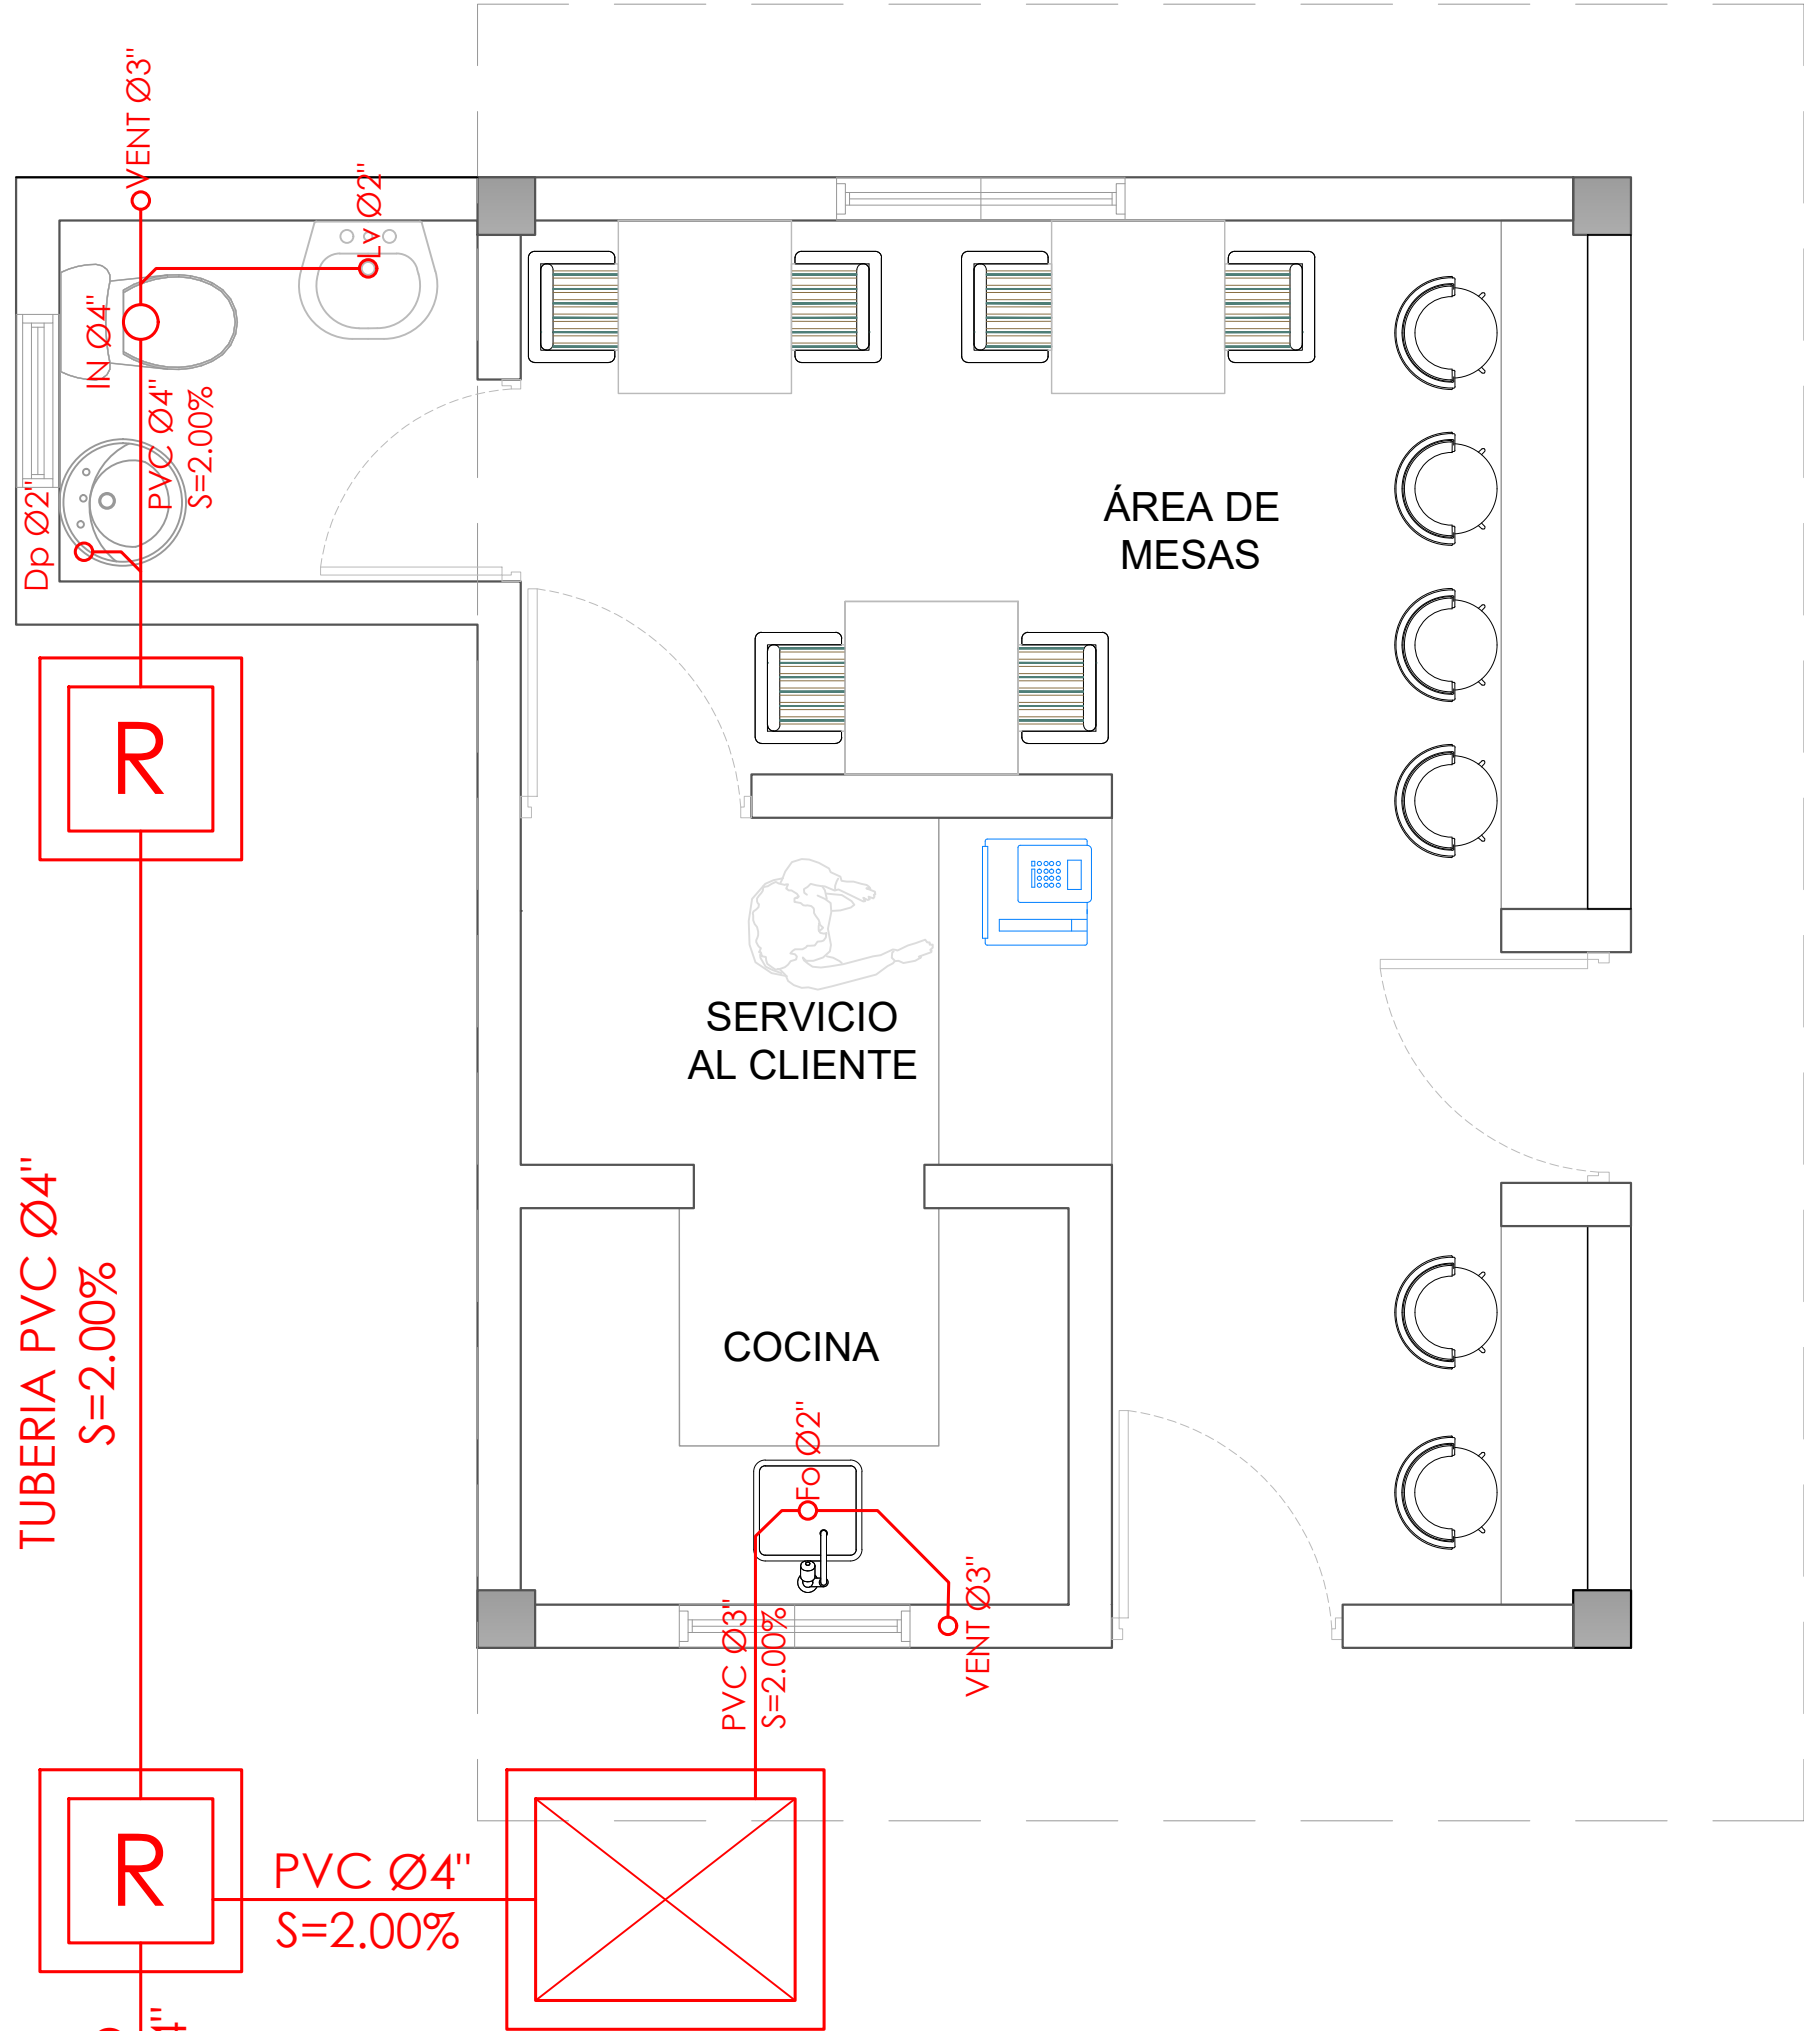

LEYENDA PLATA ELECTRICA	
SIMBOLOGÍA	NOMBRE
	Luces de Techo (BOMBILLO)
	Luces colgante tipo campana
	Luces Ojo de Buey LED 3W 72 x 72 x 23 mm
	Panel Circular Emp. LED 12W 17 cm
	Lampara Fluorescente 4x1
	Lampara Fluorescente 2x2
	Lampara Fluorescente 2x4
	Luces de Pared
	Luces de Piso
	Interruptores sencillo, 15A, 120V
	Interruptores doble, 15A, 120V
	Interruptores triple, 15A, 120V
	Interruptores 3 Way, 15A, 120V
	Interruptores 4 Way, 15A, 120V
	Interruptores Con luz piloto, 15A, 120V
	Luces en Poste
	LUCES DE ESTADIO
	Fotocelda
	Abanico de PARED
	ABANICO DE TECHO
	CONTROL DE ABANICO DE TECHO
	Toma Corriente 120V, Doble, 20A
	TOMA CORRIENTE 240V, SENCILLO, 30A
	Toma Corriente 240V, Doble, 30A
	Toma Corriente 120 de piso, Doble, 20A
	Toma Corriente 120 sobre meseta, Doble, 20A
	Toma Corriente 120 falla a tierra, Doble, 20A
	Toma Corriente 120 DE UPS, Doble, 20A
	Toma Corriente 120 DE Waterproof, Doble, 20A
	Equipos Eléctricos
	Teléfono
	Antena de Televisión
	Data
	Panel de Distribución Eléctrica
	Registro
	Tubería Empotrada en Losa
	Tubería Empotrada en Tierra
	Cámara

PROYECTO:
**CONSTRUCCIÓN CAMPO DE BEISBOL
LAS TARANAS
MUNICIPIO VILLA RIVA, PROVINCIA
DUARTE**

EQUIPO DE TRABAJO:
DISEÑO ARQUITECTÓNICO
ARQ. _____
codia 00000

ENC. INGENIERÍA
ING. FIOR DALIZA BONIFACIO
codia 00000

ESTRUCTURAL
ING. Leopoldo Berroa
codia 00000

ELÉCTRICO
ING. Juan Pérez
codia 00000

HIDRO-SANITARIO
ING. Francis Estévez
codia 00000

SELLO DE APROBACIÓN:

FECHA: _____

CONTENIDO:
PLANTA SANITARIA

ESCALA:
1:25

SEPTIEMBRE 2026

NO. PÁGINA:
044