


PROYECTO:

**CLUB DEPORTIVO LAS TARANAS
MUNICIPIO VILLA RIVA,
PROV. DUARTE**

REPÚBLICA DOMINICANA
SEPTIEMBRE 2026

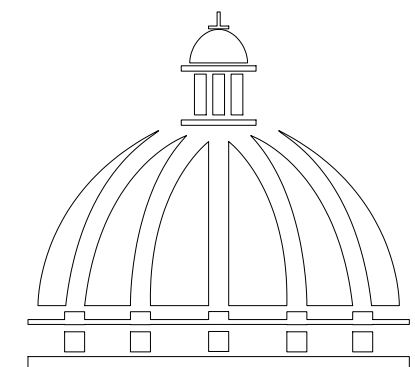

**GOBIERNO DE LA
REPÚBLICA DOMINICANA**



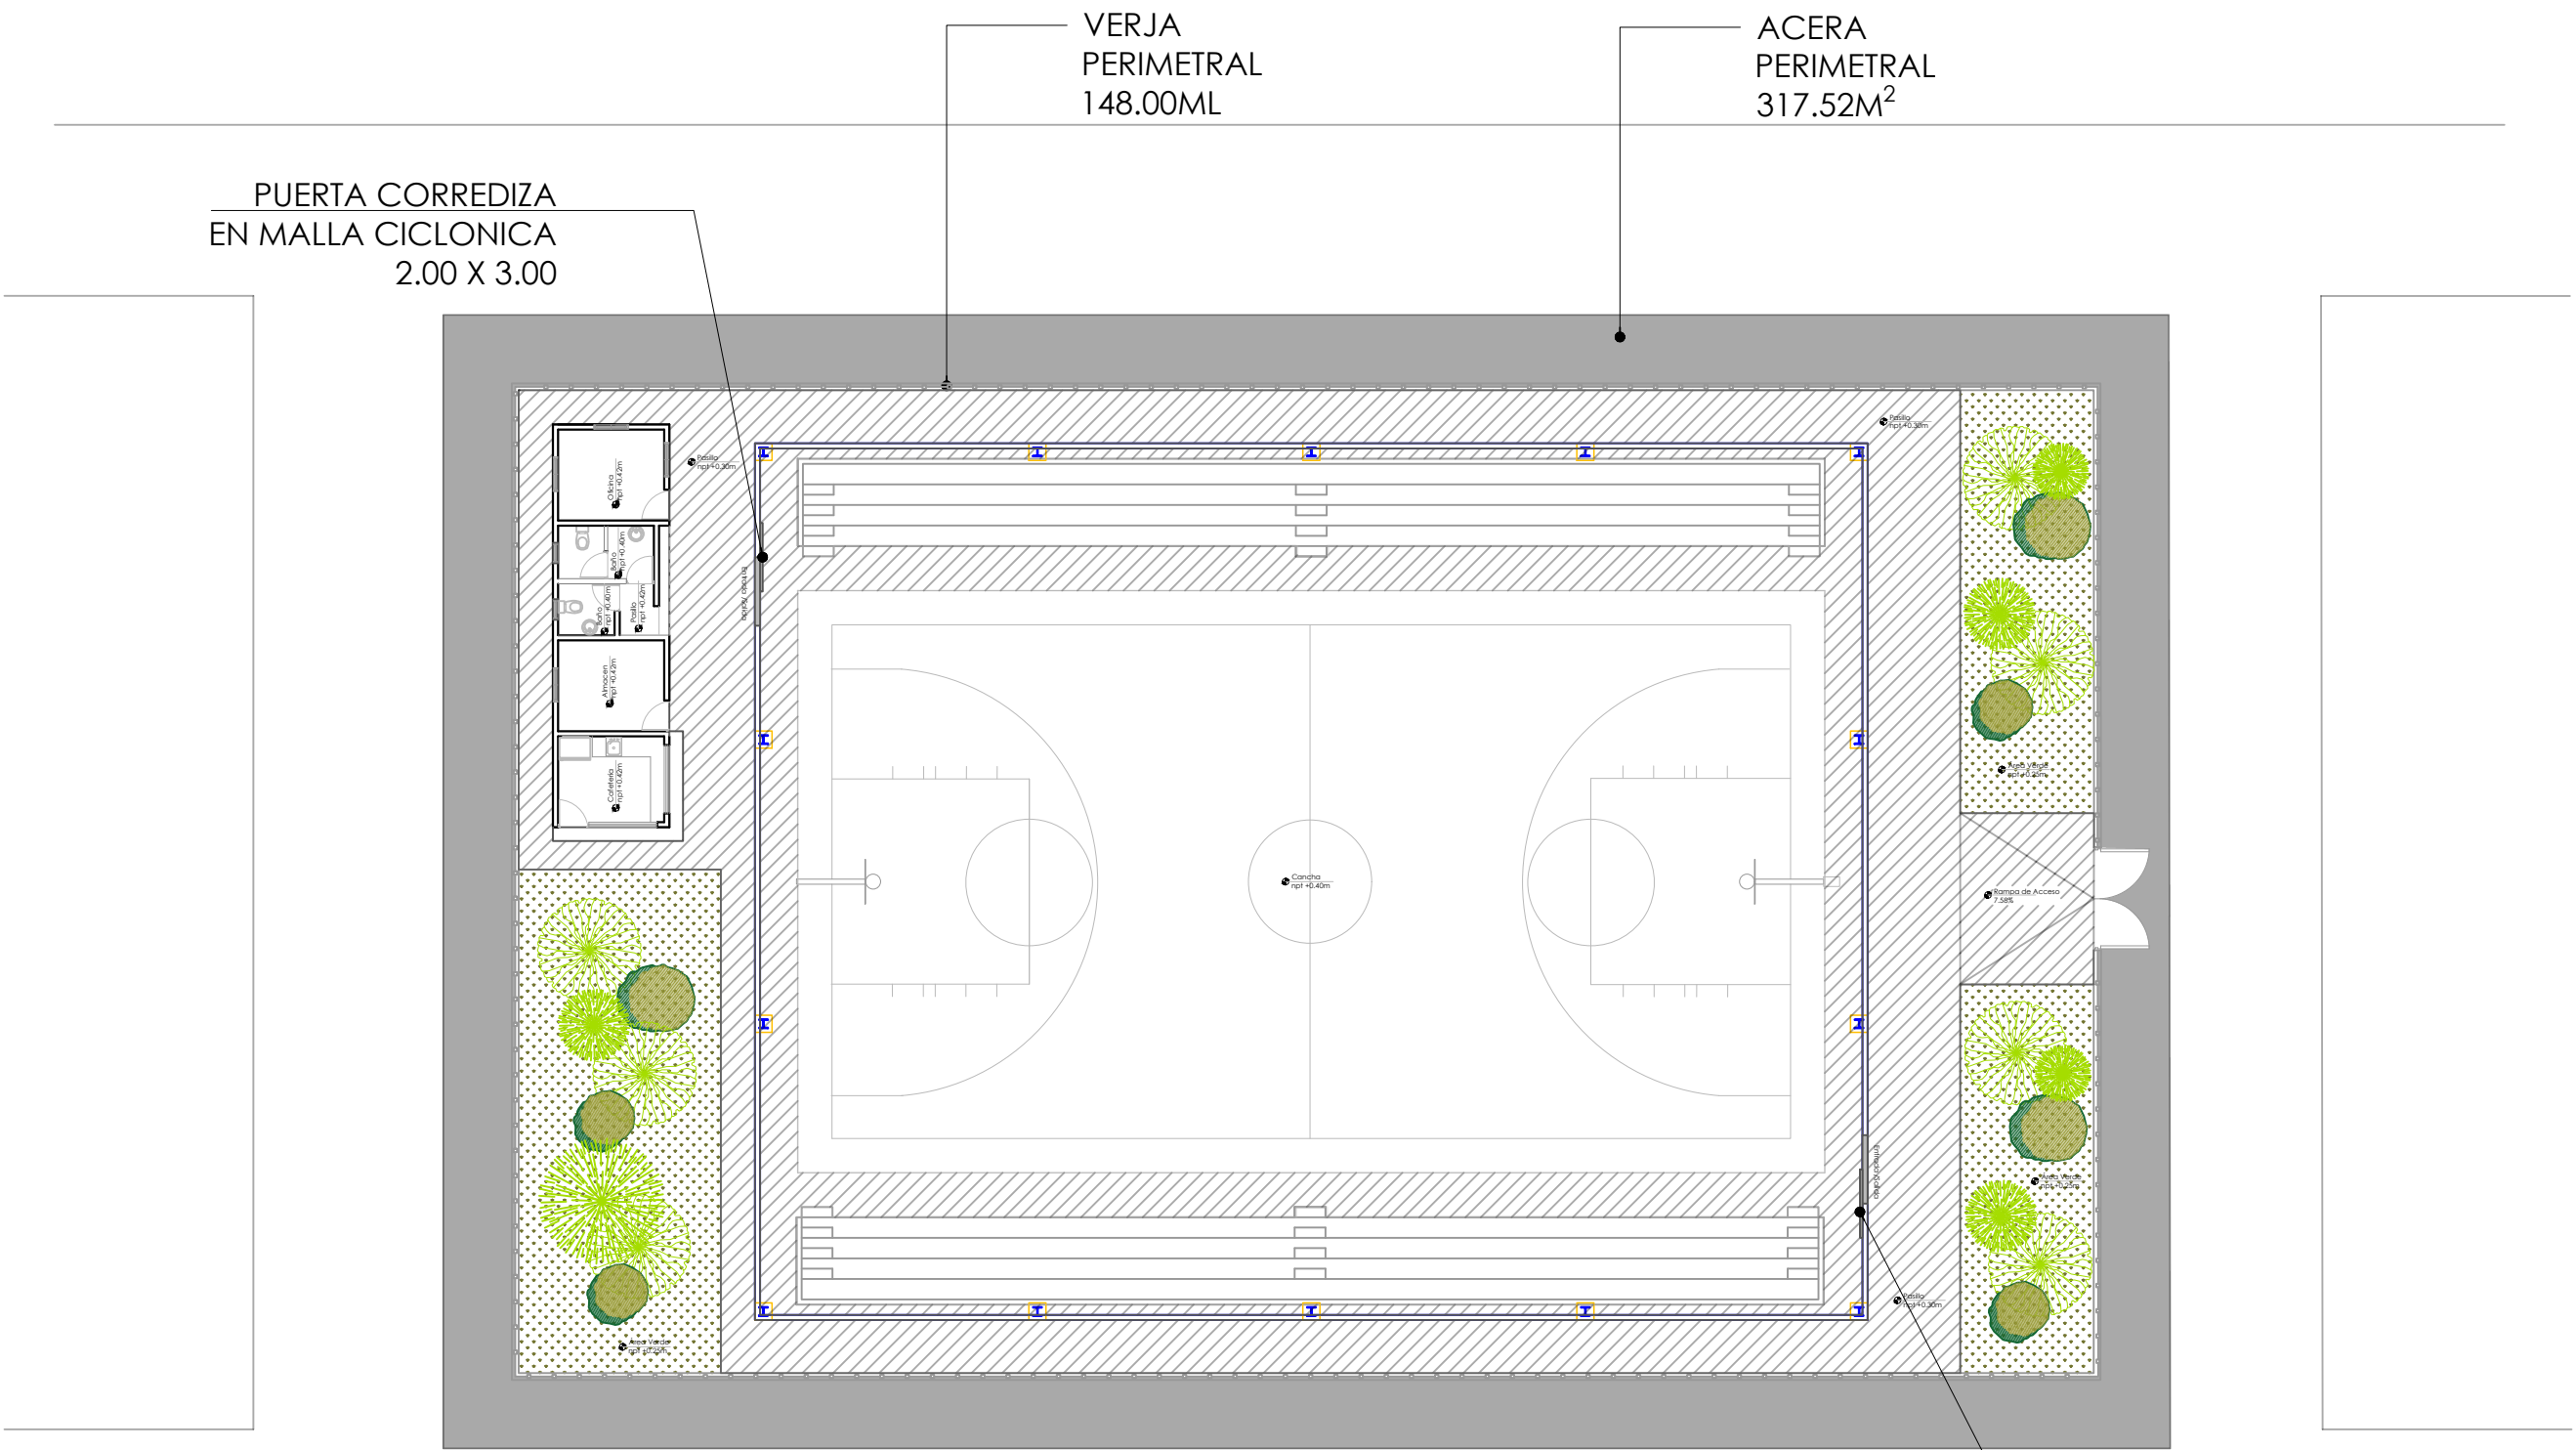


TABLA PAISAJISMO			
	Nombre	Tamaño	Cantidad
	Palma Phoenix	3 pies	6
	Cinta Verde	-	5
	Roble Amarillo	6 pies	6


TABLA PISO EXTERIOR			
	Nombre piso	Dimensión	Metros cuadrados
	Hormigón Frotado	-	416.60 m2
	Grana Enana	-	178.75 m2
	Hormigón Violinado	-	318.00 m2

PUERTA CORREDIZA
EN MALLA CICLONICA
2.00 X 3.00

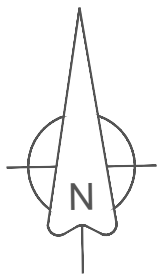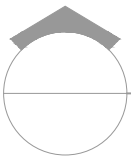

PLANTA DE CONJUNTO

ESC. 1:500

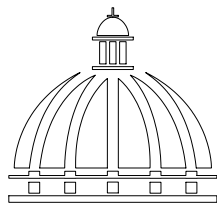

GOBIERNO DE LA
REPÚBLICA DOMINICANA

DIRECCIÓN DE
DESARROLLO PROVINCIAL
DDP

Ave. Dr. Delgado, Esq. Moises García,
Gazcue, Sto. Dgo., R.D.
TEL.: (809)-364-2189 | FAX.: (809)- 688-1665
E-Mail: info@cpadp.gob.do

PROYECTO:
**CONSTRUCCIÓN CLUB DEPORTIVO LAS
TARANAS**

MUNICIPIO VILLA RIVA, PROV. DUARTE
REPUBLICA DOMINICANA

EQUIPO DE TRABAJO:
DISEÑO ARQUITECTÓNICO
ARQ. _____
codia 00000 _____

ENC. INGENIERÍA
ING.FIORDALIZA BONIFACIO
codia 00000 _____

ESTRUCTURAL
ING. _____
codia 00000 _____

ELÉCTRICO
ING. JUAN PEREZ
codia 00000 _____

HIDRO-SANITARIO
ING. FRANCIS ESTEVEZ
codia 00000 _____

SELLO DE APROBACIÓN:

FECHA: _____




CONTENIDO:

ESCALA:
1:500

SEPTIEMBRE 2026


NO. PÁGINA:

001

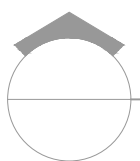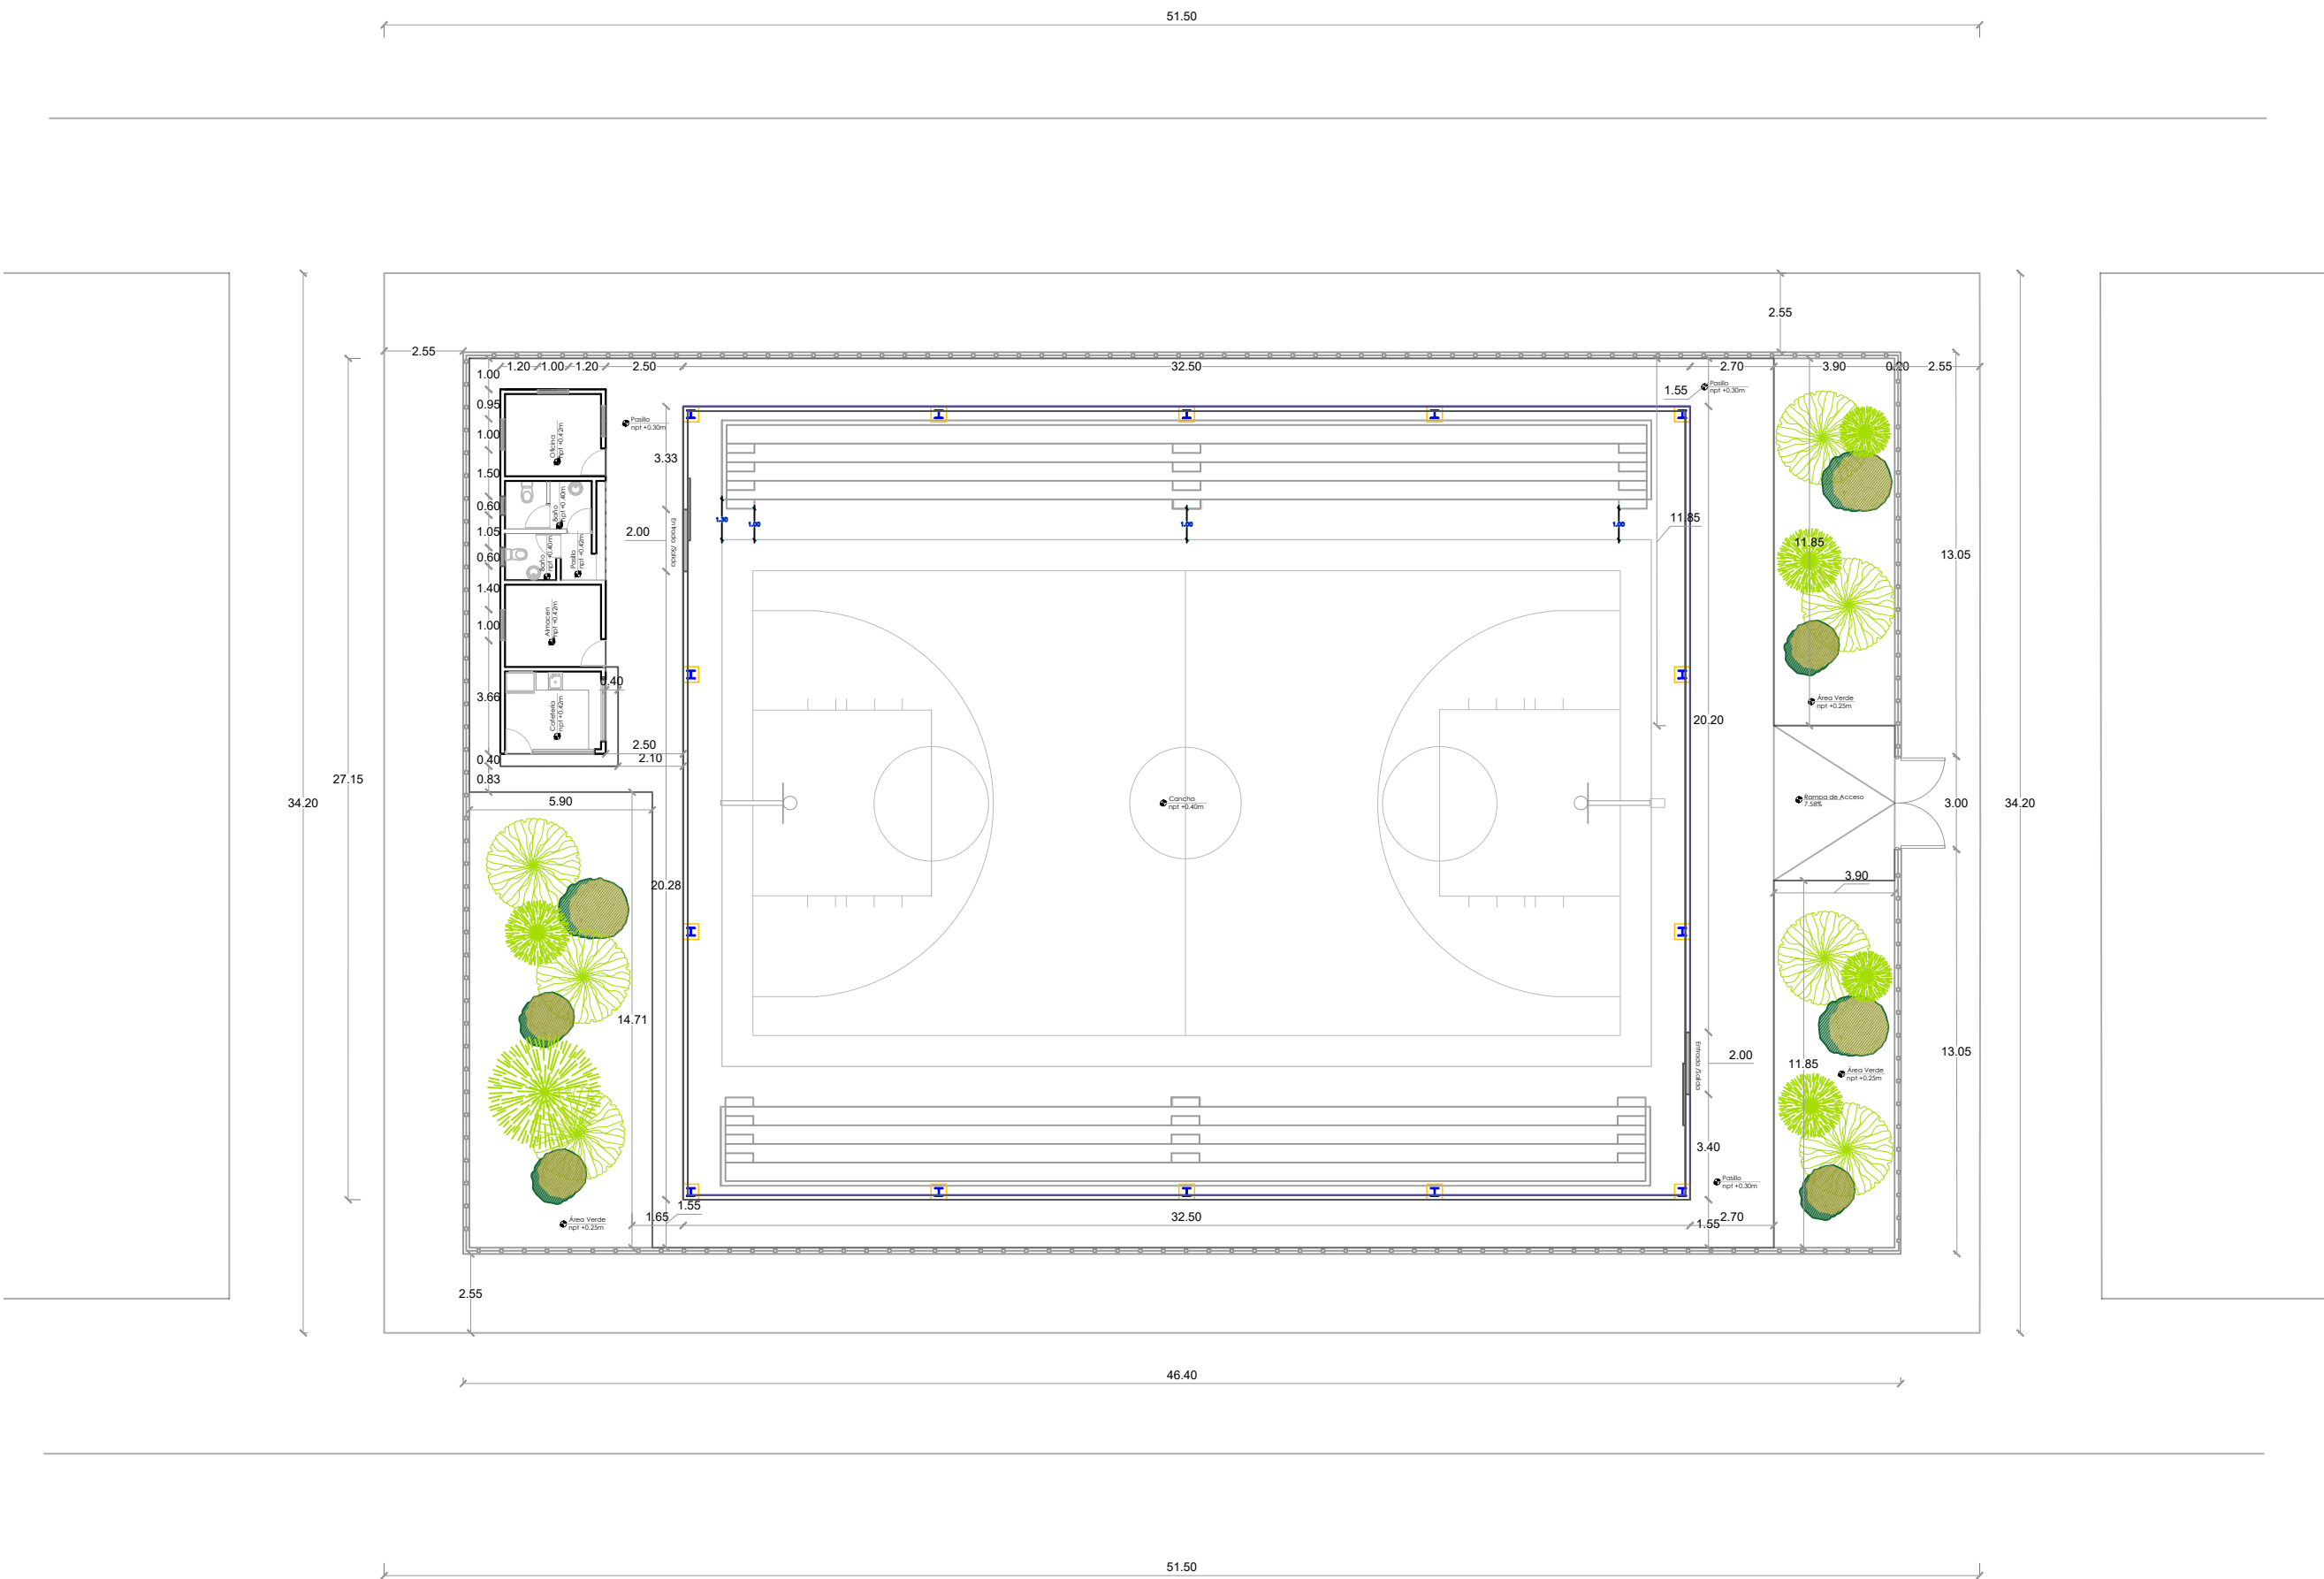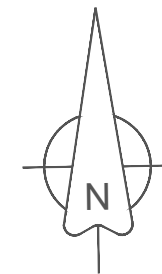

PLANTA DE DIMENSIONADA CONJUNTO

ESC. 1:500

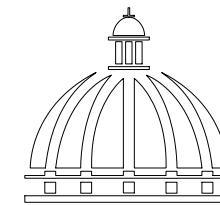

GOBIERNO DE LA
REPÚBLICA DOMINICANA

DIRECCIÓN DE
DESARROLLO PROVINCIAL
DDP

Ave. Dr. Delgado, Esq. Moises García,
Gazcue, Sto. Dgo., R.D.
TEL.: (809)-364-2189 | FAX.: (809)- 688-1665
E-Mail: info@cpadp.gob.do

PROYECTO:
**CONSTRUCCIÓN CLUB DEPORTIVO LAS
TARANAS**

MUNICIPIO VILLA RIVA, PROV. DUARTE
REPUBLICA DOMINICANA

EQUIPO DE TRABAJO:

DISEÑO ARQUITECTÓNICO
ARQ.

codia 00000

ENC. INGENIERÍA
ING.FIORDALIZA BONIFACIO

codia 00000

ESTRUCTURAL
ING.

codia 00000

ELÉCTRICO

ING. JUAN PEREZ

codia 00000

HIDRO-SANITARIO

ING. FRANCIS ESTEVEZ

codia 00000

SELLO DE APROBACIÓN:

FECHA:

CONTENIDO:




ESCALA:

1:500

SEPTIEMBRE 2026




NO. PÁGINA:

002

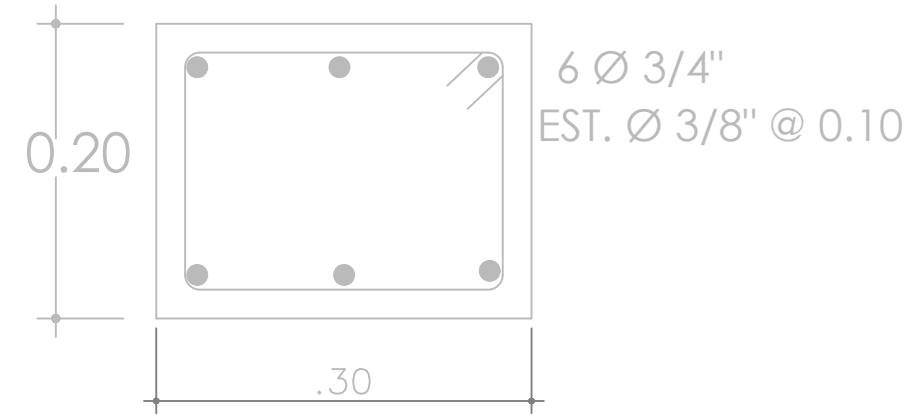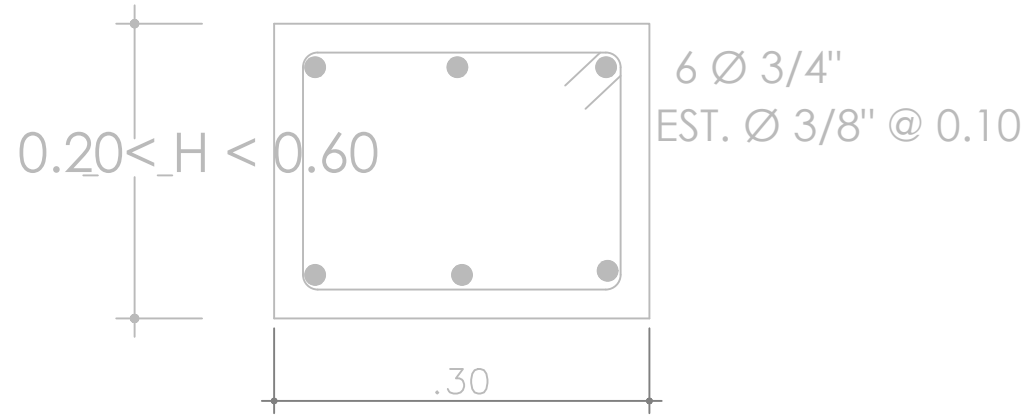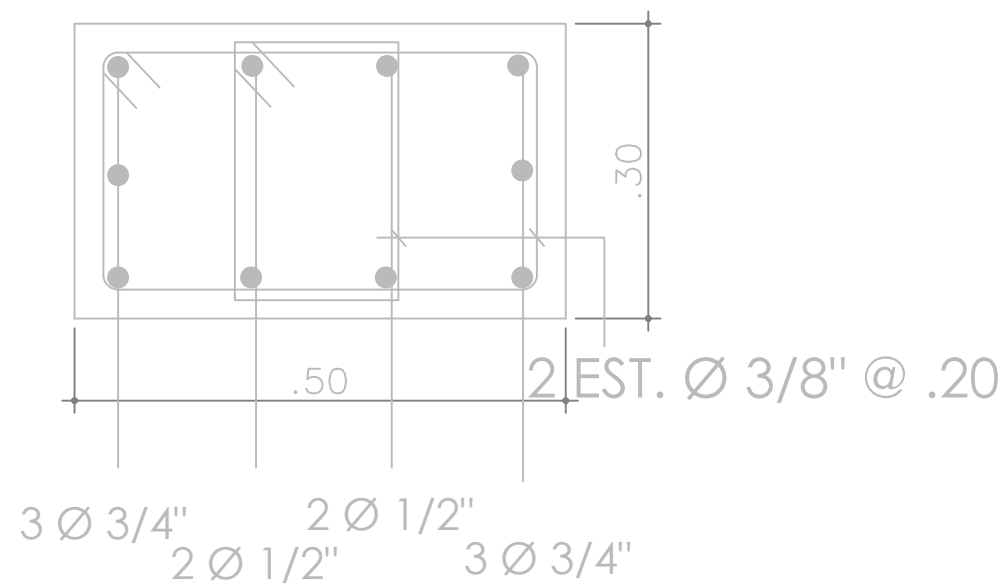



0700 SECCIONES SOPORTE DE TABLERO

ESC. N/A

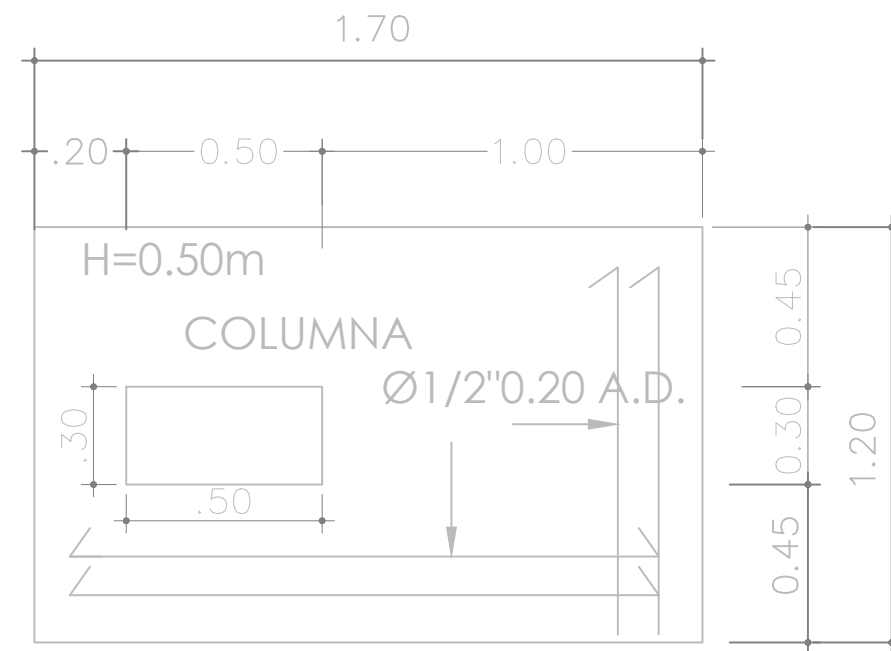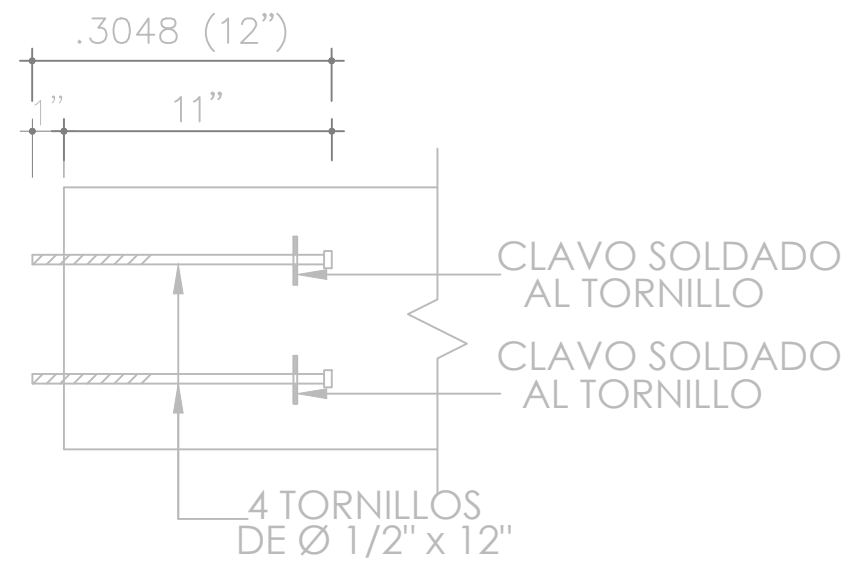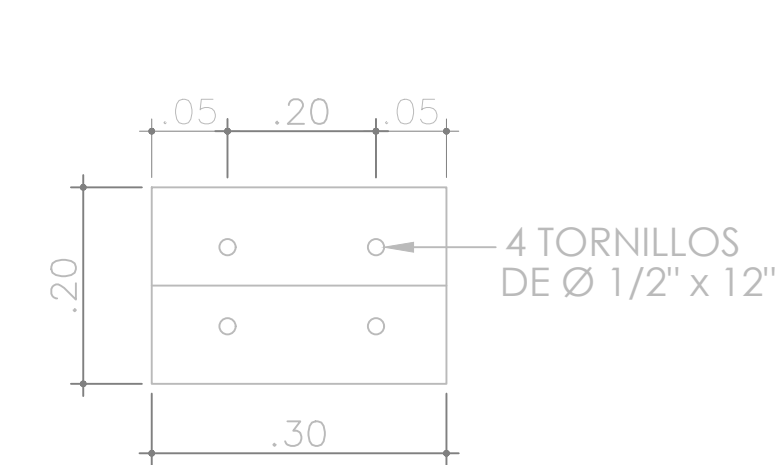


0700 DETALLE SECCIÓN TORNILLO

ESC. N/A

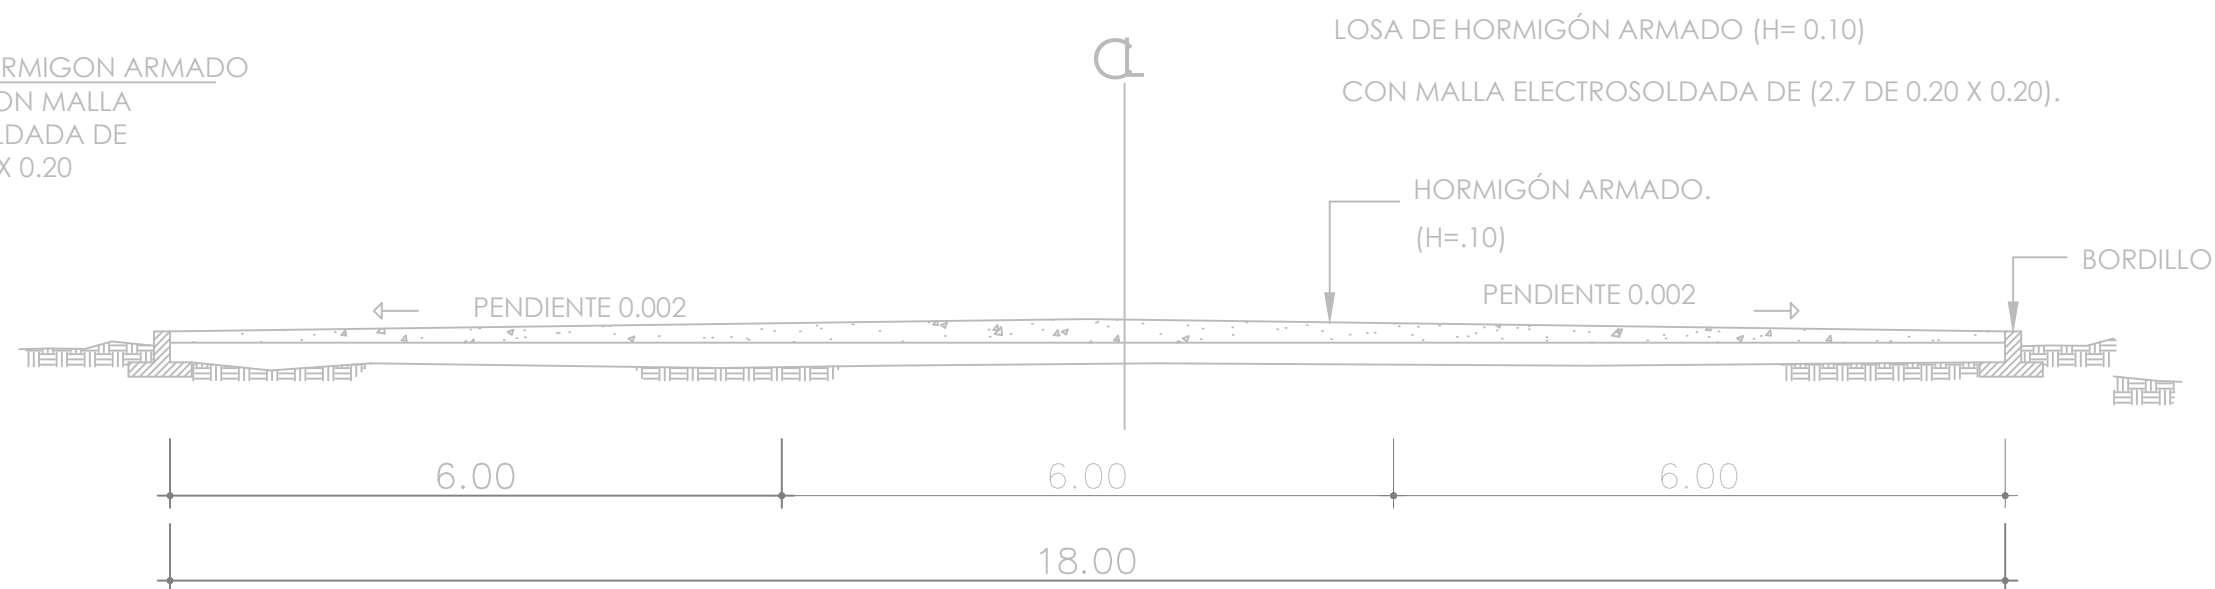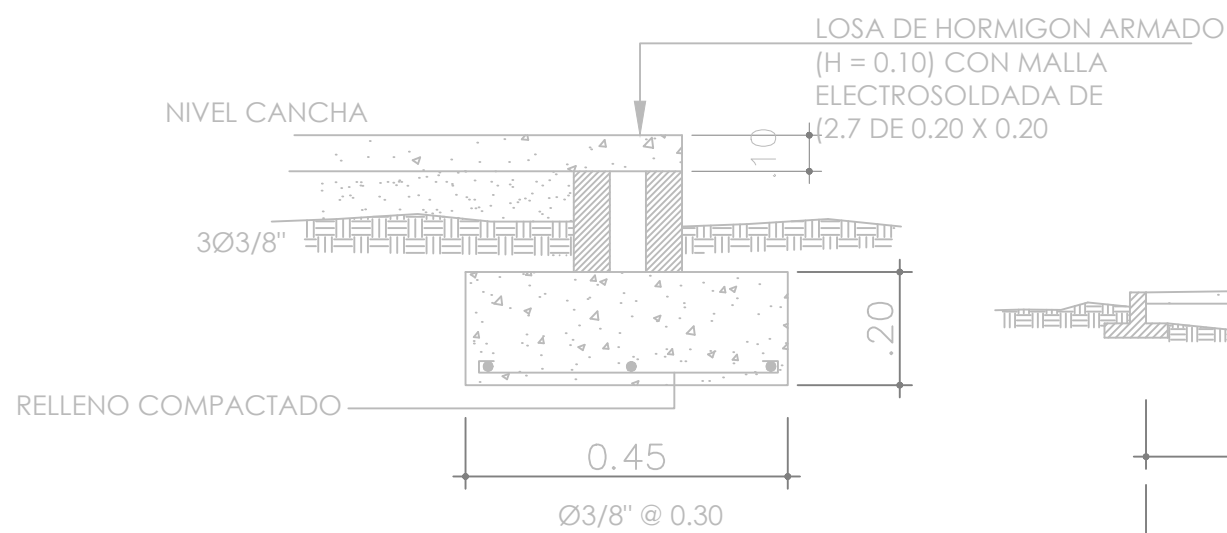

0700 DETALLE DE BORDILLO

ESC. N/A

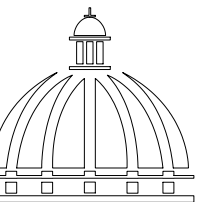
**GOBIERNO DE LA
REPÚBLICA DOMINICANA**

**DIRECCIÓN DE
DESARROLLO PROVINCIAL
DDP**

Ave. Dr. Delgado, Esq. Moises García,
Gazcue, Sto. Dgo., R.D.
TEL.: (809)-364-2189 | FAX.: (809)- 688-1665
E-Mail: info@cpadp.gob.do

PROYECTO:
**CONSTRUCCIÓN CLUB DEPORTIVO LAS
TARANAS**

MUNICIPIO VILLA RIVA, PROV. DUARTE
REPUBLICA DOMINICANA

EQUIPO DE TRABAJO:

DISEÑO ARQUITECTÓNICO
ARQ. _____
codia 00000

ENC. INGENIERÍA
ING.FIORDALIZA BONIFACIO
codia 00000

ESTRUCTURAL
ING. _____
codia 00000

ELÉCTRICO
ING. JUAN PEREZ
codia 00000

HIDRO-SANITARIO
ING. FRANCIS ESTEVEZ
codia 00000

SELLO DE APROBACIÓN:

FECHA: _____

CONTENIDO:

DETALLES ESTRUCTURALES


ESCALA:

1:75

SEPTIEMBRE 2026

NO. PÁGINA:

004

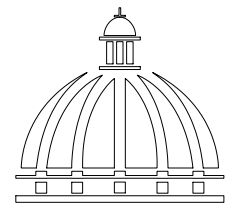

DIRECCIÓN DE
DESARROLLO PROVINCIAL
DDP

Ave. Dr. Delgado, Esq. Moises García,
Gazcue, Sto. Dgo., R.D.
TEL.: (809)-364-2189 | FAX.: (809)- 688-1665
E-Mail: info@cpadp.gob.do

PROYECTO:
**CONSTRUCCIÓN CLUB DEPORTIVO LAS
TARANAS**

MUNICIPIO VILLA RIVA, PROV. DUARTE
REPUBLICA DOMINICANA

EQUIPO DE TRABAJO:

DISEÑO ARQUITECTÓNICO
ARQ.

codia 00000

ENC. INGENIERÍA
ING.FIORDALIZA BONIFACIO
codia 00000 _____

codia 00000

ESTRUCTURAL

ING.

codia 00000

ELÉCTRICO

ING. JUA

codia 00000

SANITARIO

HIDRO-SANITARIO


ING. FRANCIS ESTEVEZ
codia 00000

codia 00000

SELO DE APROBACIÓN:



ESC. N/A

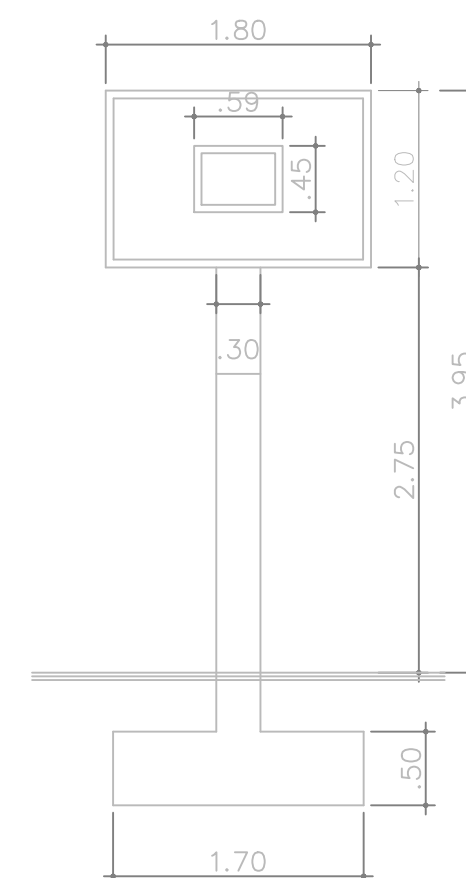

VER DETALLE
(COLOCACION DE TORNILLO)



ESC. N/A



ESC. N/A

ESCALA:

1:100

SEPTIEMBRE 2026

NO. PÁGINA:

005



VACIADO Y PULIDO CON HELICÓPTERO.
CORTES CON MÁQUINA EN PAÑOS DE 6.00 X 6.00 MT.

PROYECTO:
CONSTRUCCIÓN CLUB DEPORTIVO LAS TARANAS

MUNICIPIO VILLA RIVA, PROV. DUARTE
REPUBLICA DOMINICANA

EQUIPO DE TRABAJO:

DISEÑO ARQUITECTÓNICO
ARQ. _____
codia 00000 _____

ENC. INGENIERÍA
ING.FIORDALIZA BONIFACIO
codia 00000 _____

ESTRUCTURAL
ING. _____
codia 00000 _____

ELÉCTRICO
ING. JUAN PEREZ
codia 00000 _____

HIDRO-SANITARIO
ING. FRANCIS ESTEVEZ
codia 00000 _____

SELLO DE APROBACIÓN:

FECHA: _____

CONTENIDO:

DISTRIBUCIÓN DE PAÑO
Y ORDEN DE VACIADO


ESCALA:

1:50

SEPTIEMBRE 2026


NO. PÁGINA:

006

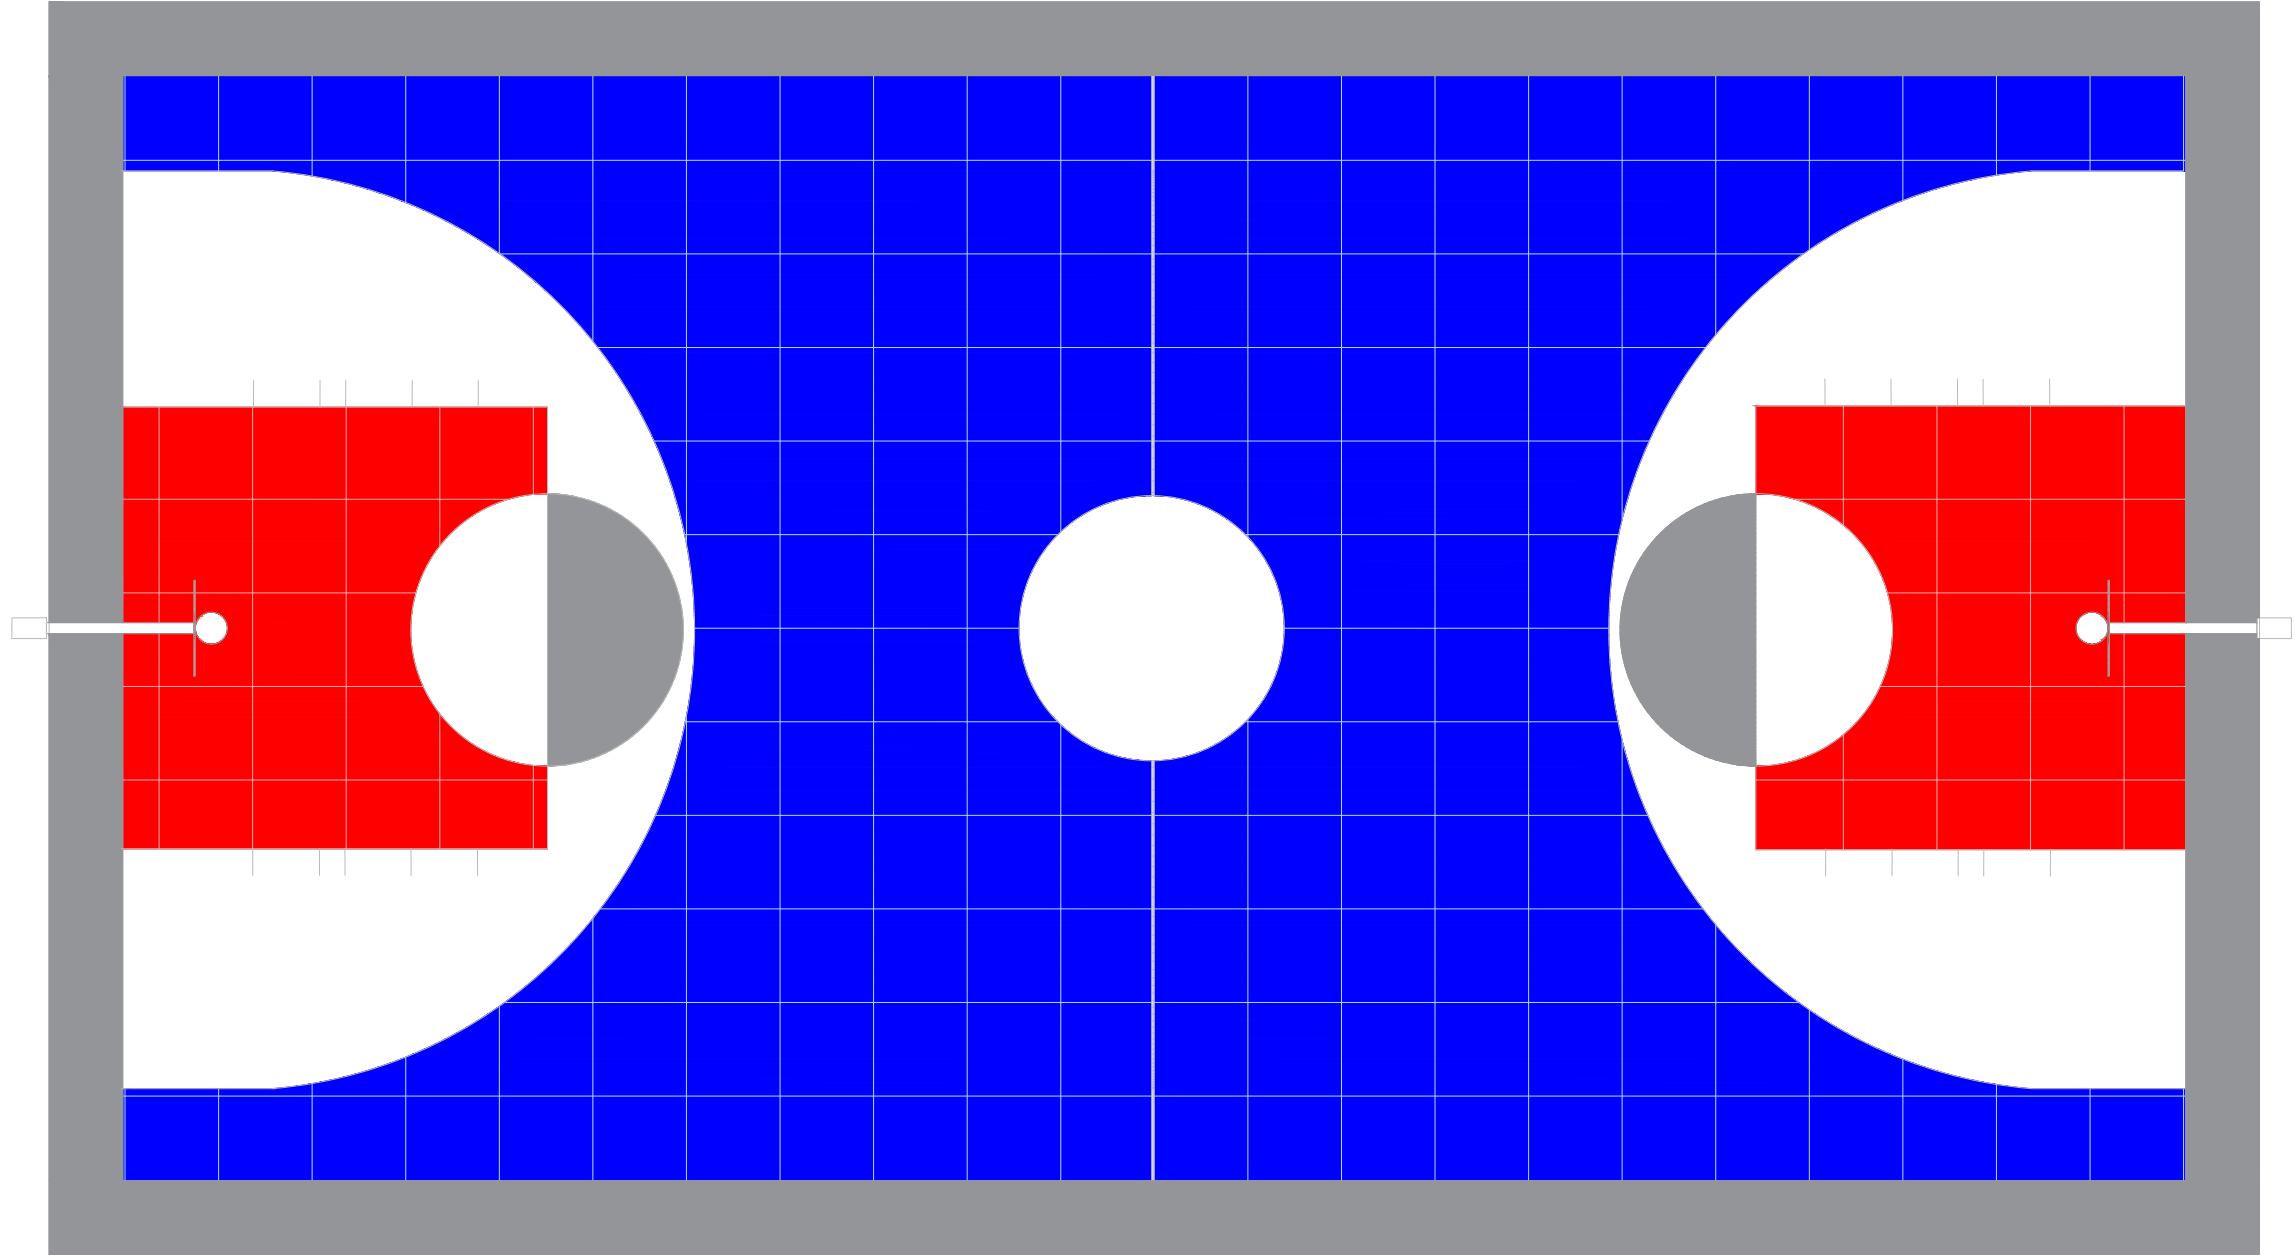


Grafica	Colores
	Gris
	Rojo
	Azul
	Blanco
	Gris Grafito (Lineas)

 ****NOTA:** LOS COLORES EN EL PLANO SOLO SON UNA REPRESENTACION PARA LA APLICACION DE COLORES. GUIARSE DE LOS CODIGOS QUE ESTAN EN LA HOJA



DETALLES ESPECIFICACIONES DE TABLONCILLO SINTETICO

1:100

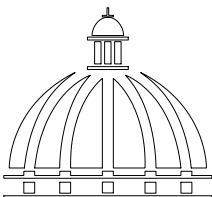

**GOBIERNO DE LA
REPÚBLICA DOMINICANA**

**DIRECCIÓN DE
DESARROLLO PROVINCIAL
DDP**

Ave. Dr. Delgado, Esq. Moises García,
Gazcue, Sto. Dgo., R.D.
TEL.: (809)-364-2189 | FAX.: (809)- 688-1665
E-Mail: info@cpadp.gob.do

PROYECTO:
**CONSTRUCCIÓN CLUB DEPORTIVO LAS
TARANAS**

MUNICIPIO VILLA RIVA, PROV. DUARTE
REPUBLICA DOMINICANA

EQUIPO DE TRABAJO:

DISEÑO ARQUITECTÓNICO
ARQ. _____
codia 00000

ENC. INGENIERÍA
ING.FIORDALIZA BONIFACIO
codia 00000

ESTRUCTURAL
ING. _____
codia 00000

ELÉCTRICO
ING. JUAN PEREZ
codia 00000

HIDRO-SANITARIO
ING. FRANCIS ESTEVEZ
codia 00000

SELLO DE APROBACIÓN:

FECHA: _____

CONTENIDO:
**DETALLES ESPECIFICACIONES DE
TABLONCILLO SINTETICO**

ESCALA:
1:100

SEPTIEMBRE 2026

NO. PÁGINA:

007

PROYECTO:
**CONSTRUCCIÓN CLUB DEPORTIVO LAS
TARANAS**

MUNICIPIO VILLA RIVA, PROV. DUARTE
REPUBLICA DOMINICANA

- EQUIPO DE TRABAJO:
- DISEÑO ARQUITECTÓNICO**
ARQ. codia 00000

ENC. INGENIERÍA
ING.FIORDALIZA BONIFACIO
codia 00000

ESTRUCTURAL
ING. codia 00000

ELÉCTRICO
ING. JUAN PEREZ
codia 00000

HIDRO-SANITARIO
ING. FRANCIS ESTEVEZ
codia 00000

SELLO DE APROBACIÓN:

FECHA:

CONTENIDO:

GRADAS


ESCALA:

1:75


SEPTIEMBRE 2026

NO. PÁGINA:

 008



VISTA EN PLANTA - GRADAS
ESC. 1:50

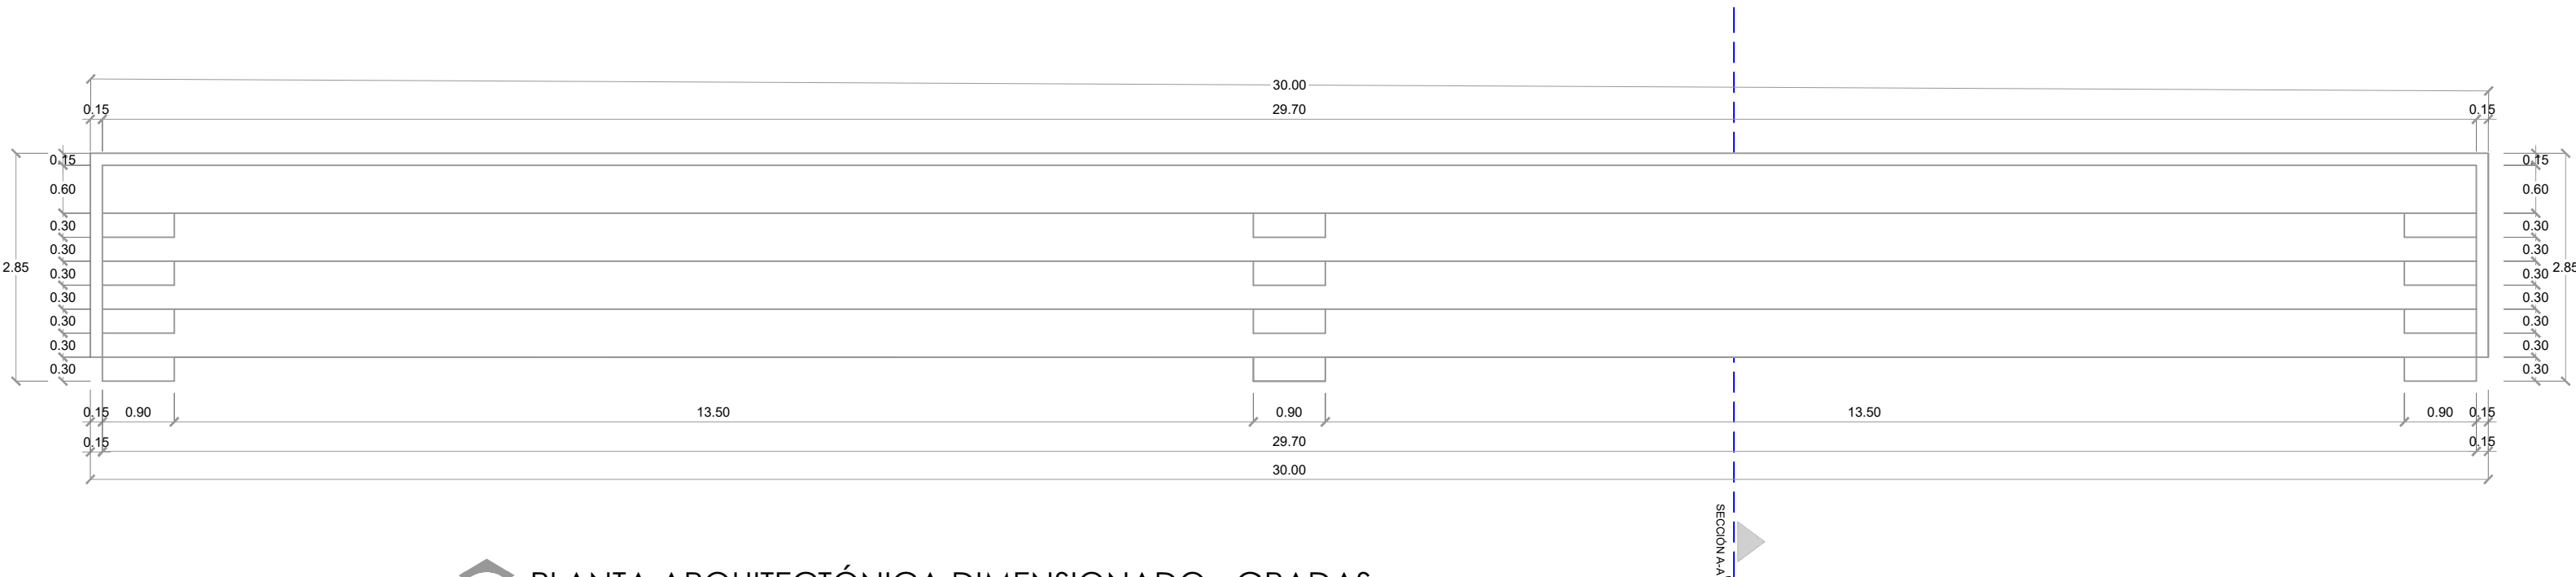

PLANTA ARQUITECTÓNICA DIMENSIONADO - GRADAS
ESC. 1:50

PROYECTO:
**CONSTRUCCIÓN CLUB DEPORTIVO LAS
TARANAS**

MUNICIPIO VILLA RIVA, PROV. DUARTE
REPUBLICA DOMINICANA

EQUIPO DE TRABAJO:

DISEÑO ARQUITECTÓNICO
ARQ. _____
codia 00000 _____

ENC. INGENIERÍA
ING.FIORDALIZA BONIFACIO
codia 00000 _____

ESTRUCTURAL
ING. _____
codia 00000 _____

ELÉCTRICO
ING. JUAN PEREZ
codia 00000 _____

HIDRO-SANITARIO
ING. FRANCIS ESTEVEZ
codia 00000 _____

SELLO DE APROBACIÓN:

FECHA: _____

CONTENIDO:

DETALLE DE GRADAS


ESCALA:

1:75


SEPTIEMBRE 2026

NO. PÁGINA:


009

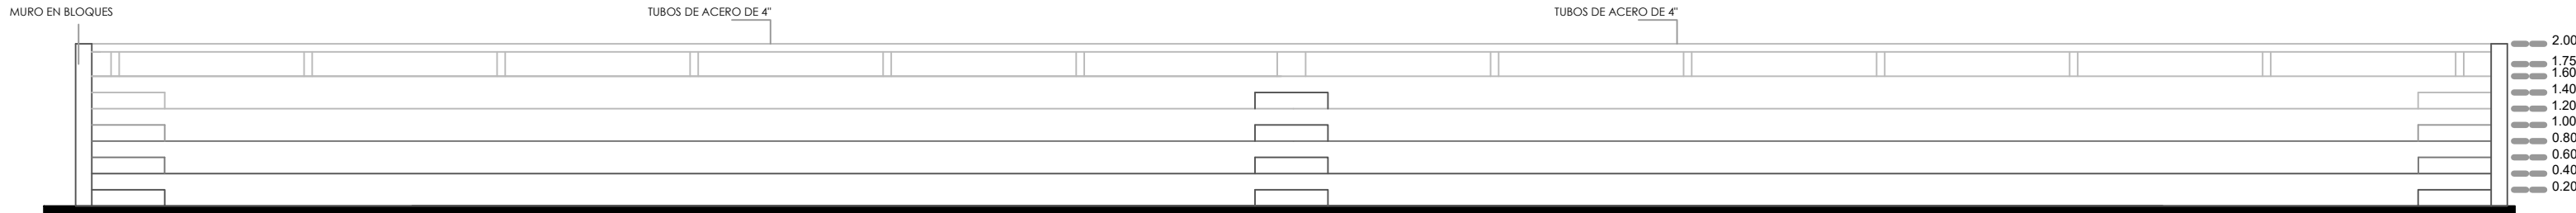


 **ELEVACIÓN FRONTAL - GRADAS**
ESC. 1:50

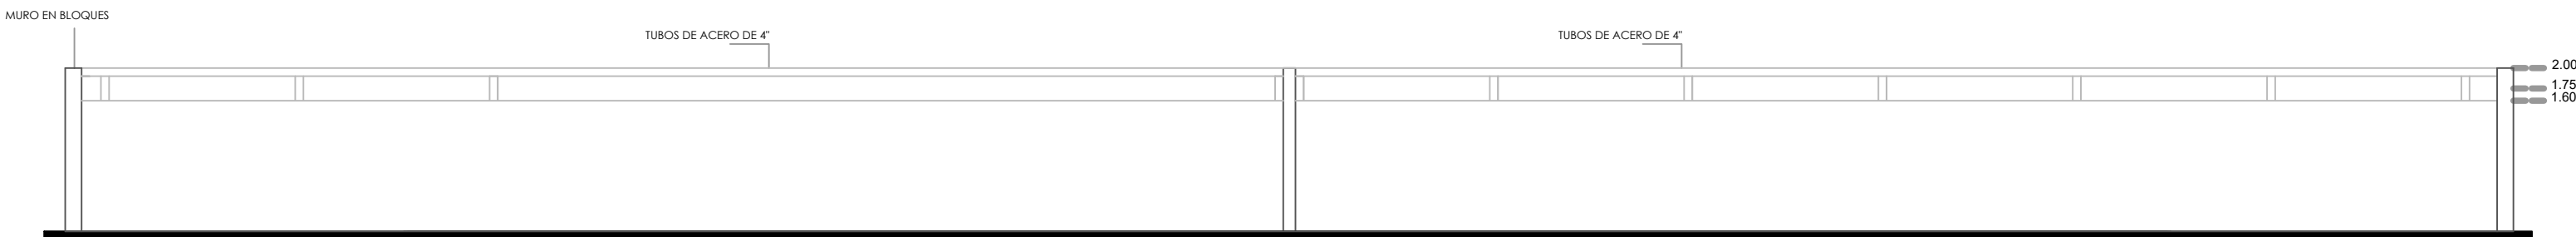


 **ELEVACIÓN POSTERIOR - GRADAS**
ESC. 1:50

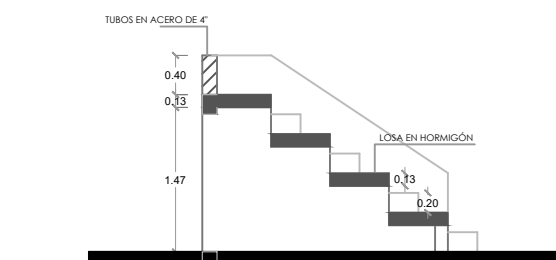

 **SECCIÓN A-A**
ESC. 1:75

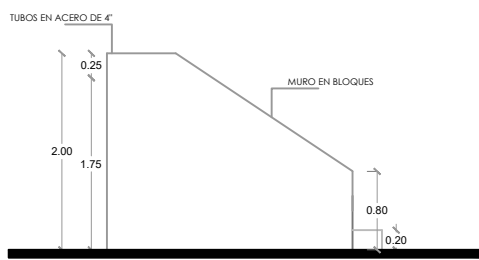

 **ELEVACIÓN LATERAL IZQ.**
ESC. 1:50

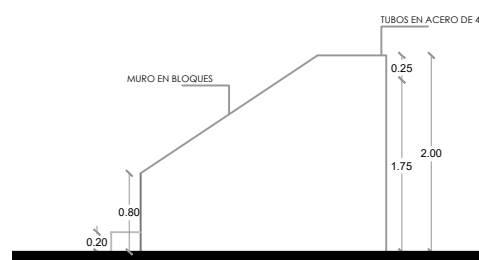

 **ELEVACIÓN LATERAL DER.**
ESC. 1:50

PROYECTO:
**CONSTRUCCIÓN CLUB DEPORTIVO LAS
TARANAS**

MUNICIPIO VILLA RIVA, PROV. DUARTE
REPUBLICA DOMINICANA

EQUIPO DE TRABAJO:

DISEÑO ARQUITECTÓNICO
ARQ.

codia 00000

ENC. INGENIERÍA
ING.FIORDALIZA BONIFACIO
codia 00000

ESTRUCTURAL
ING.

codia 00000

ELÉCTRICO
ING. JUAN PEREZ
codia 00000

HIDRO-SANITARIO
ING. FRANCIS ESTEVEZ
codia 00000

SELLO DE APROBACIÓN:

FECHA:

CONTENIDO:

GRADAS



ESCALA:

1:75




SEPTIEMBRE 2026

NO. PÁGINA:

010

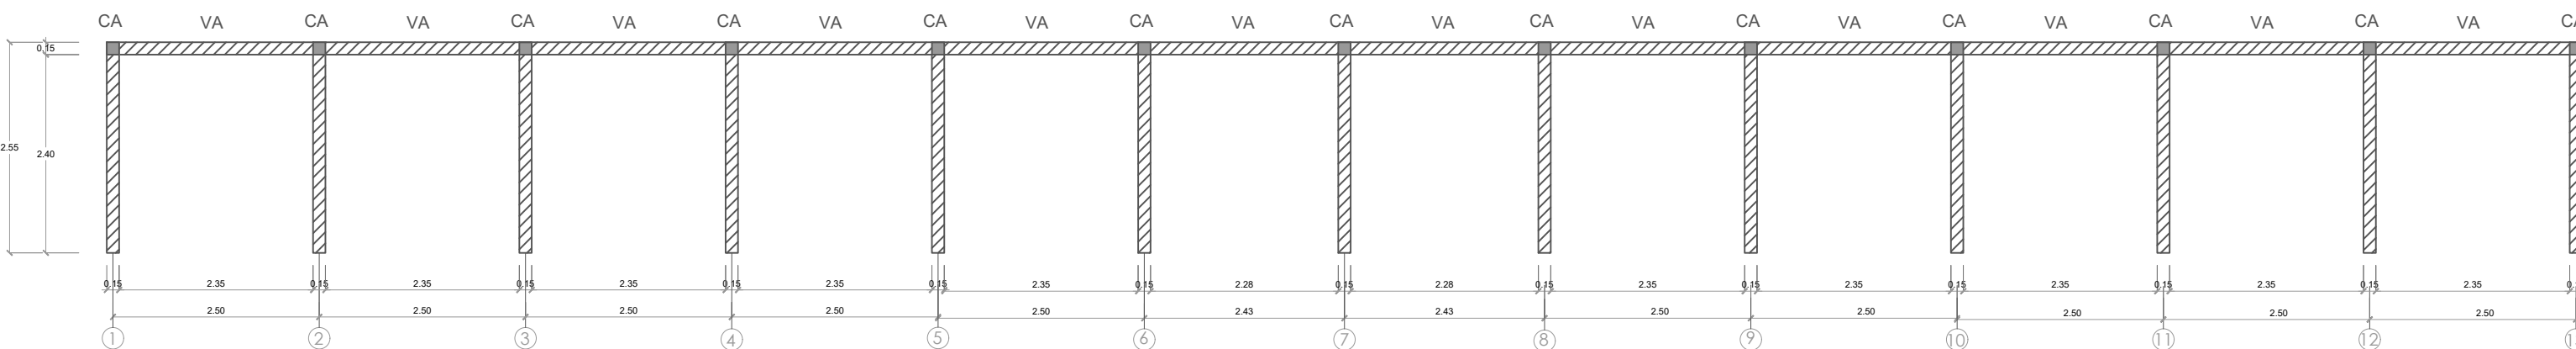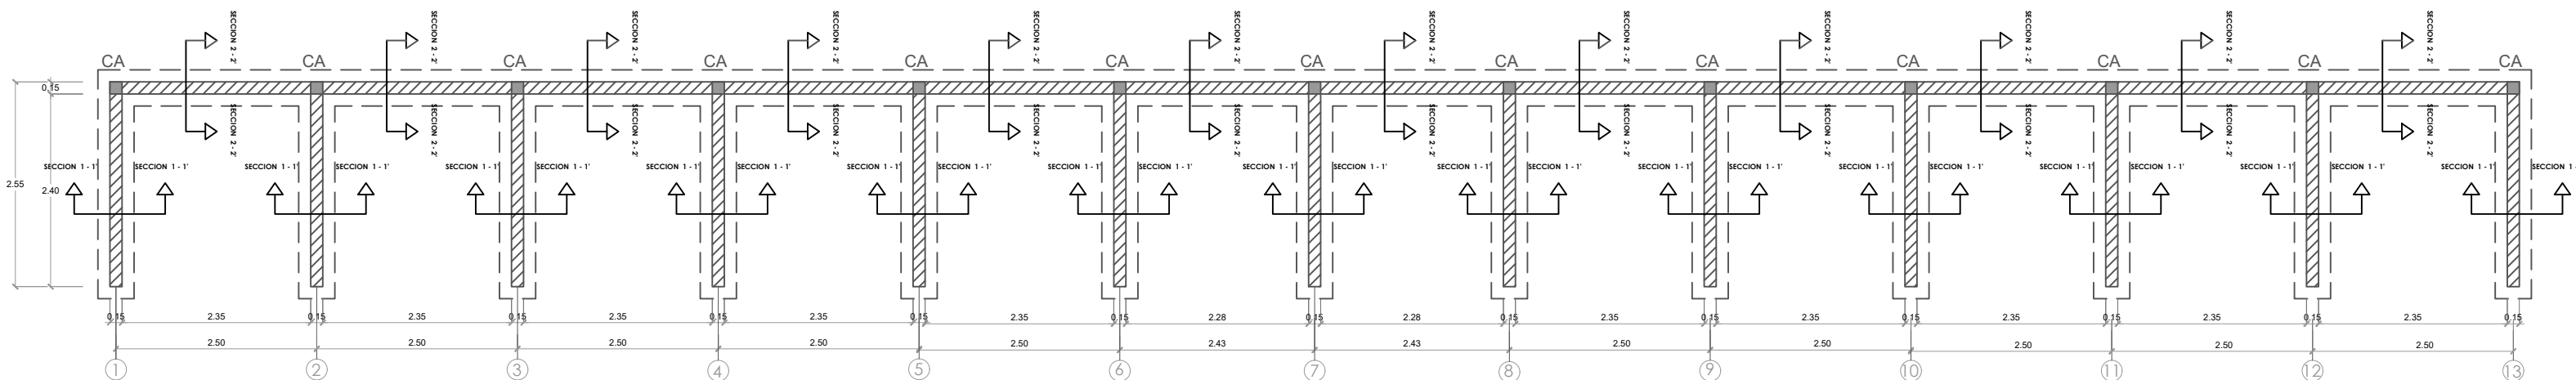

  
 **PLANTA ESTRUCTURAL DE GRADA**
ESC. 1:50

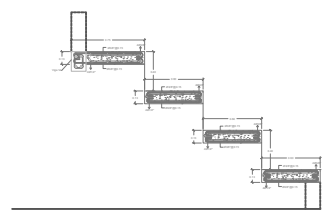

○ COLUMNA CA

○ Viga VA

 **SECCIÓN LOSA - GRADA**
ESC. 1:50

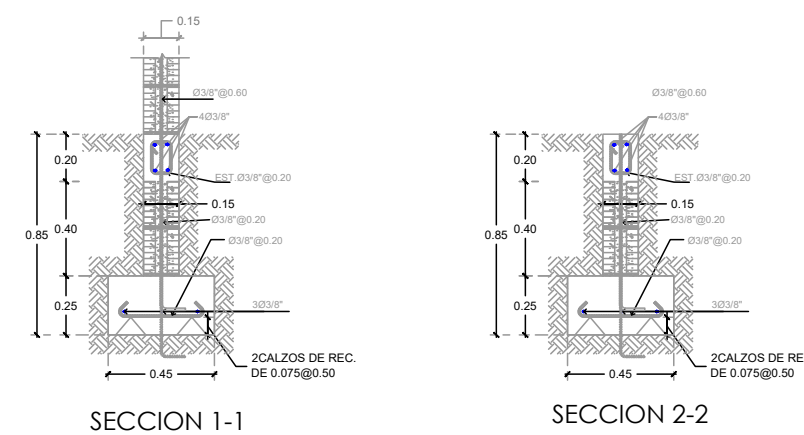



SECCION 1-1


SECCION 2-2


 **DETALLE ZAPATA**
ESC. 1:50

 **DETALLES ESTRUCTURALES DE GRADAS**
ESC. 1:75

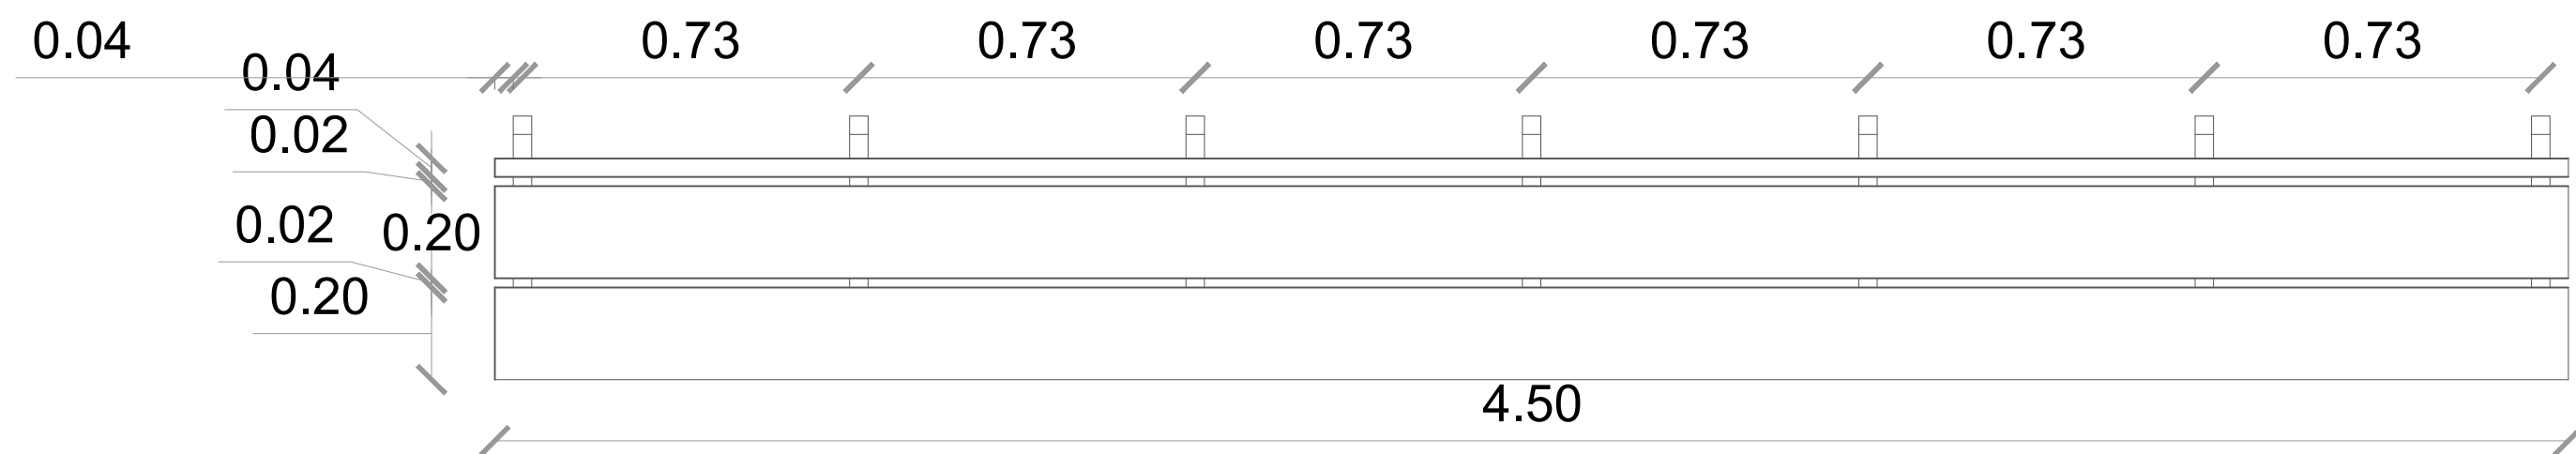

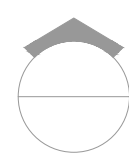 PLANTA
ESC. 1:15


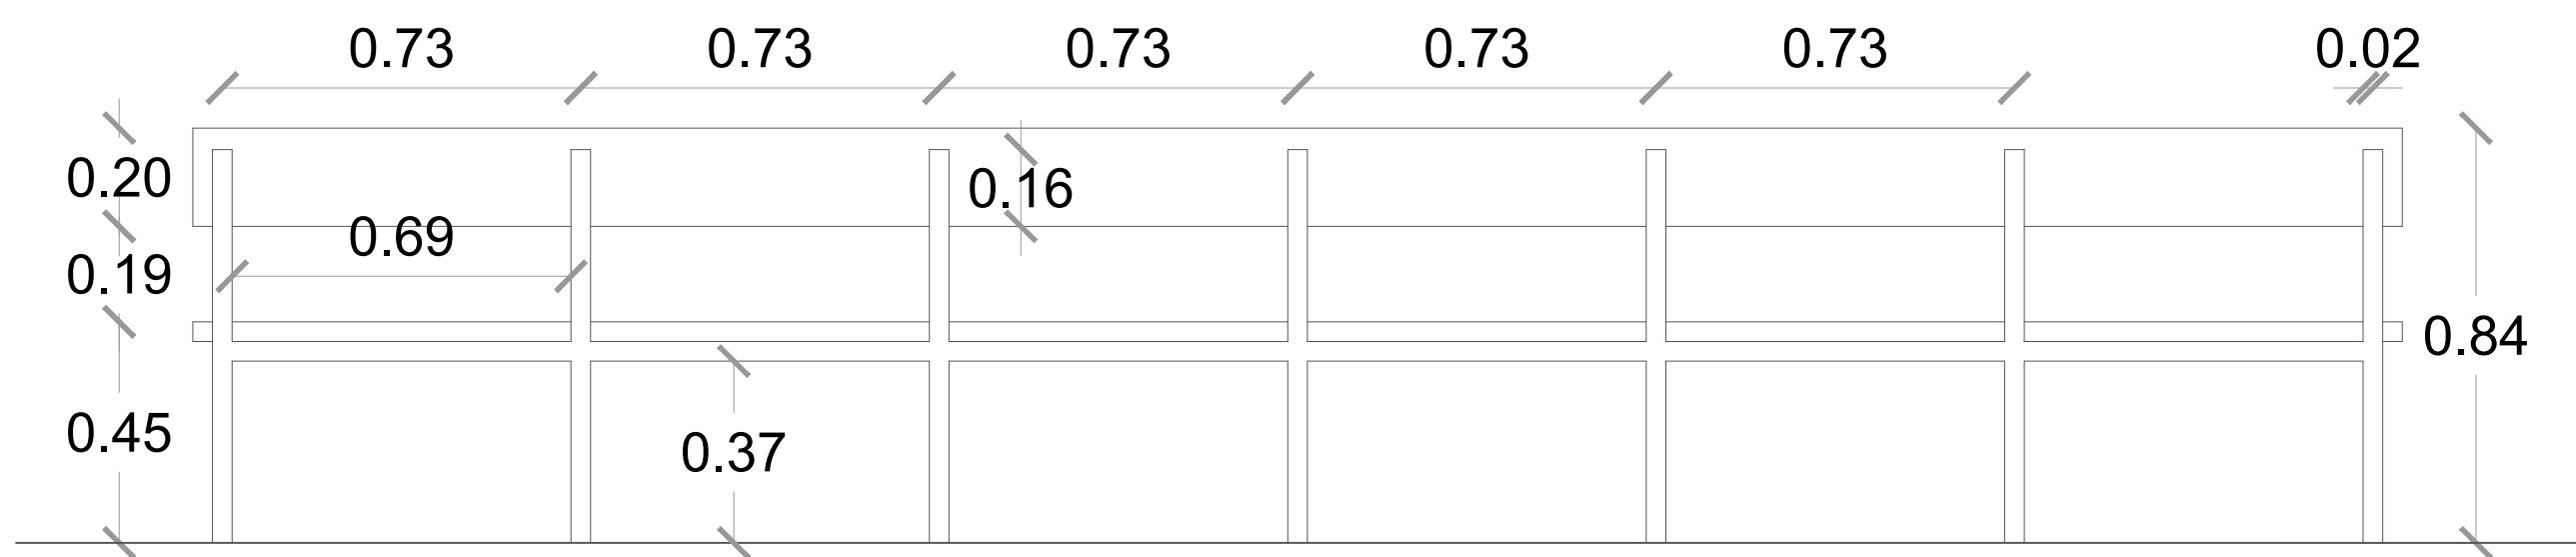


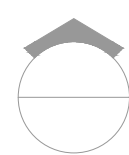 ELEVACIÓN POSTERIOR
ESC. 1:15

 SECCIÓN TRANSVERSAL - BANQUETAS
ESC. 1:15

Acero laminado pintado,
seccion cuadrada
4 cm x 4

Tablas
laqueadas
1 1/2" x 8"

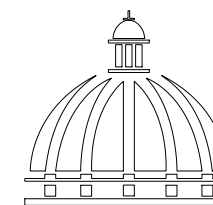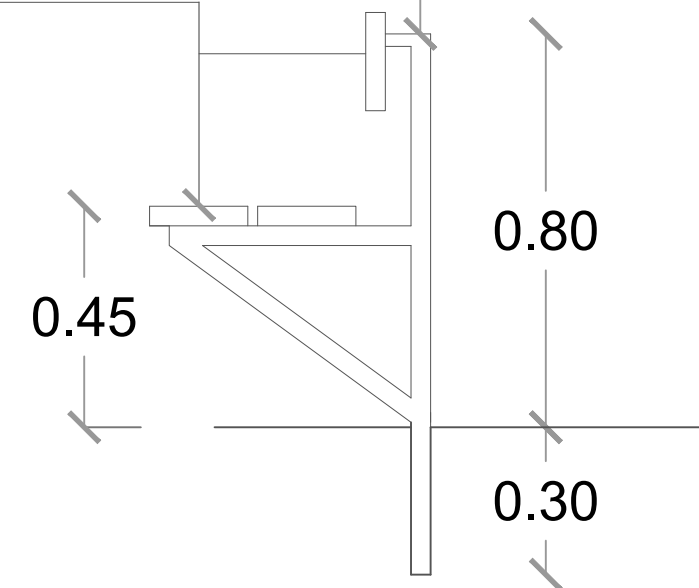

GOBIERNO DE LA
REPÚBLICA DOMINICANA

DIRECCIÓN DE
DESARROLLO PROVINCIAL
DDP

Ave. Dr. Delgado, Esq. Moises García,
Gazcue, Sto. Dgo., R.D.
TEL.: (809)-364-2189 | FAX.: (809)- 688-1665
E-Mail: info@cpadp.gob.do

PROYECTO:
**CONSTRUCCIÓN CLUB DEPORTIVO LAS
TARANAS**

MUNICIPIO VILLA RIVA, PROV. DUARTE
REPUBLICA DOMINICANA

EQUIPO DE TRABAJO:

DISEÑO ARQUITECTÓNICO
ARQ.
codia 00000

ENC. INGENIERÍA
ING.FIORDALIZA BONIFACIO
codia 00000

ESTRUCTURAL
ING.
codia 00000

ELÉCTRICO
ING. JUAN PEREZ
codia 00000

HIDRO-SANITARIO
ING. FRANCIS ESTEVEZ
codia 00000

SELLO DE APROBACIÓN:

FECHA:

CONTENIDO:

BANQUETAS


ESCALA:

1:15

SEPTIEMBRE 2026

NO. PÁGINA:

011

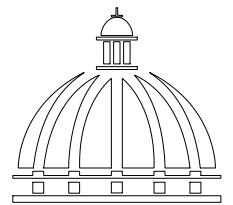

Gobierno de la
República Dominicana

DIRECCIÓN DE
DESARROLLO PROVINCIAL
DDP

Ave. Dr. Delgado, Esq. Moises García,
Gazcue, Sto. Dgo., R.D.
TEL.: (809)-364-2189 | FAX.: (809)- 688-1665
E-Mail: info@cpadp.gob.do

PROYECTO:
CONSTRUCCIÓN CLUB DEPORTIVO LAS
TARANAS

MUNICIPIO VILLA RIVA, PROV. DUARTE
REPUBLICA DOMINICANA

EQUIPO DE TRABAJO:

DISEÑO ARQUITECTÓNICO
ARQ.

codia 00000

ENC. INGENIERÍA
ING.FIORDALIZA BONIFACIO

codia 00000

ESTRUCTURAL
ING.

codia 00000

ELÉCTRICO
ING. JUAN PEREZ

codia 00000

HIDRO-SANITARIO
ING. FRANCIS ESTEVEZ

codia 00000

SELLO DE APROBACIÓN:

FECHA:

CONTENIDO:

DETALLES VERJA PERIMETRAL


ESCALA:

1:50


SEPTIEMBRE 2026

NO. PÁGINA:


012

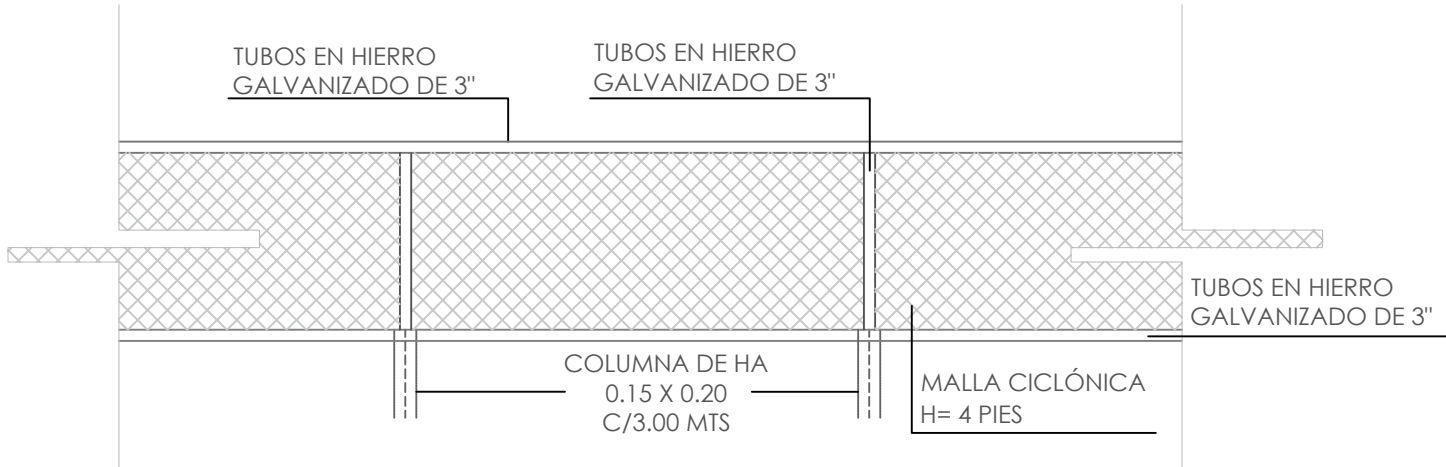



ELEVACIÓN
ESC. 1:30

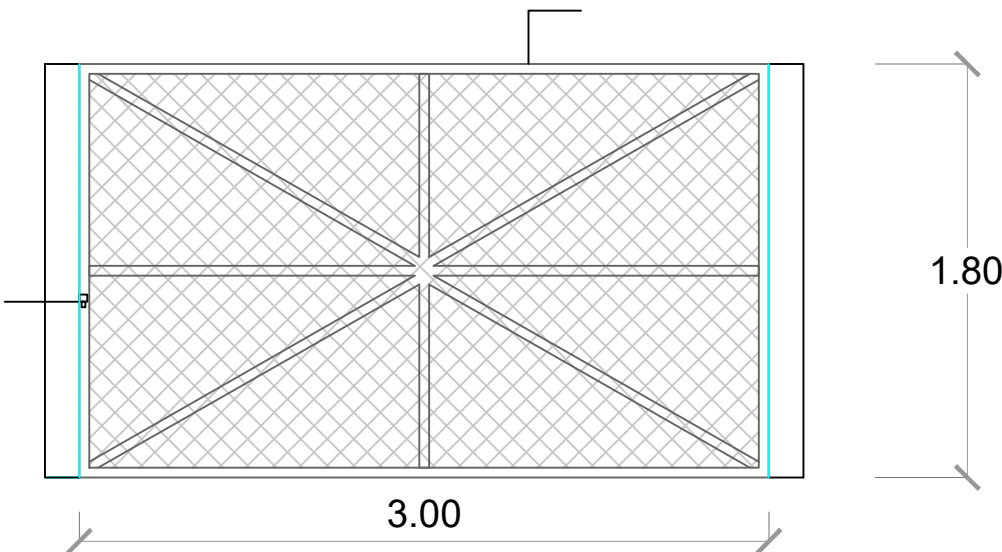


PUERTA MALLA CICLÓNICA
ESC. 1:30

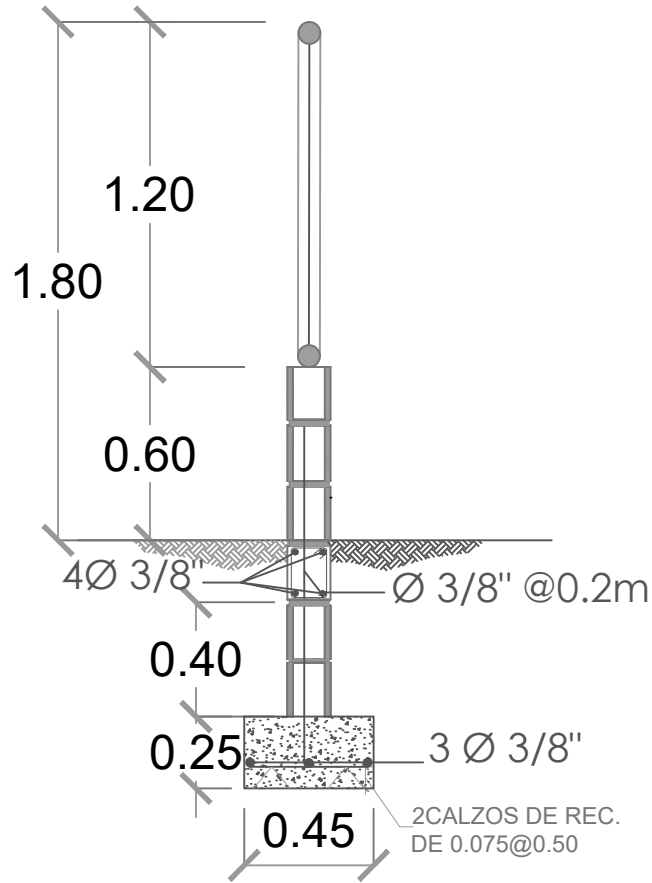

MUROS EN BLOQUES Y MALLA CICLÓNICA
ESC. 1:30

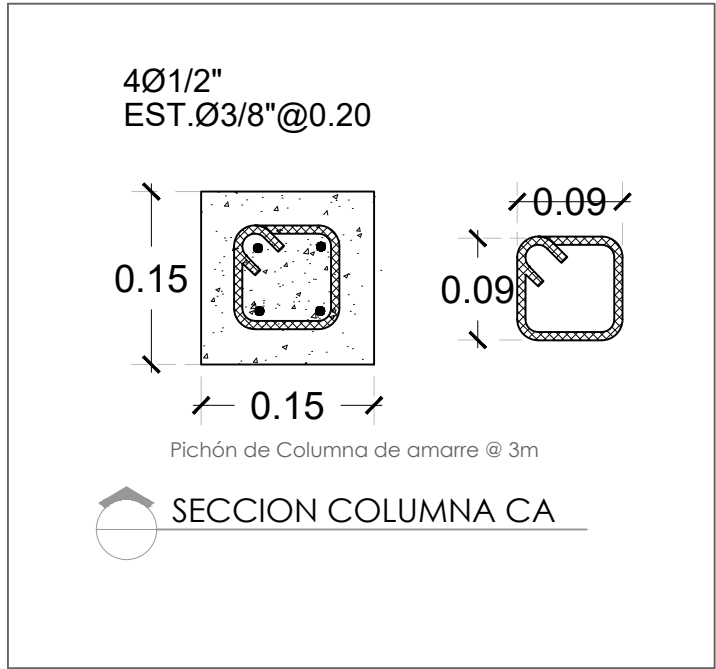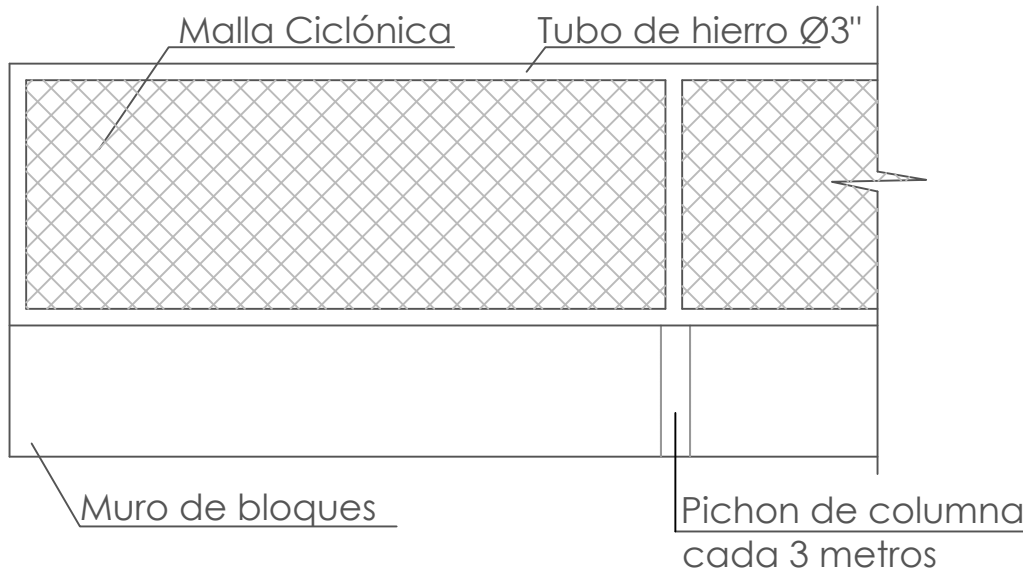

SECCION COLUMNA CA

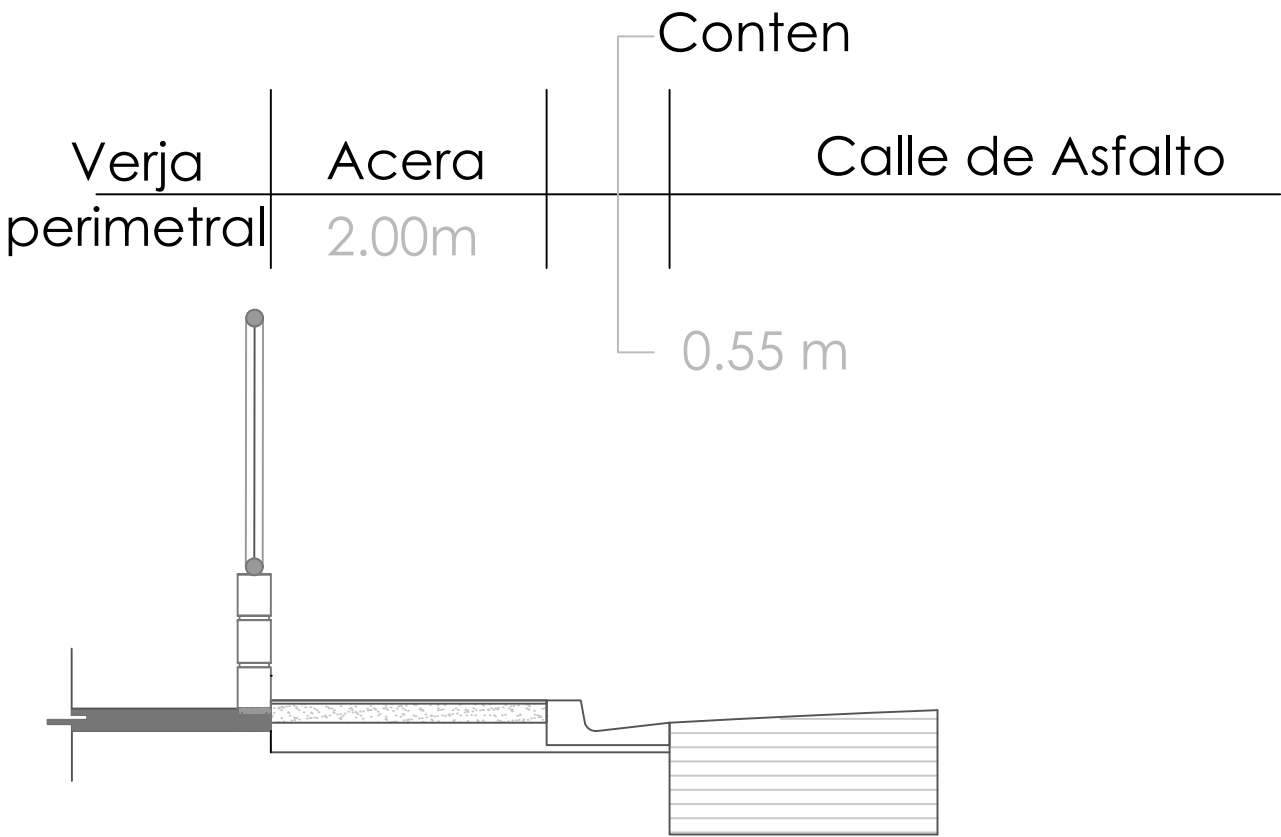

DETALLES ACERAS Y CONTENES
ESC. 1:30



DETALLES DE VERJA PERIMETRAL
ESC. 1:75

PROYECTO:
**CONSTRUCCIÓN CLUB DEPORTIVO LAS
TARANAS**

MUNICIPIO VILLA RIVA, PROV. DUARTE
REPUBLICA DOMINICANA

EQUIPO DE TRABAJO:

DISEÑO ARQUITECTÓNICO
ARQ. _____
codia 00000

ENC. INGENIERÍA
ING.FIORDALIZA BONIFACIO
codia 00000

ESTRUCTURAL
ING. _____
codia 00000

ELÉCTRICO
ING. JUAN PEREZ
codia 00000

HIDRO-SANITARIO
ING. FRANCIS ESTEVEZ
codia 00000

SELLO DE APROBACIÓN:

FECHA: _____

CONTENIDO:

PLANTA DE TECHO


ESCALA:


1:30

SEPTIEMBRE 2026

NO. PÁGINA:

013

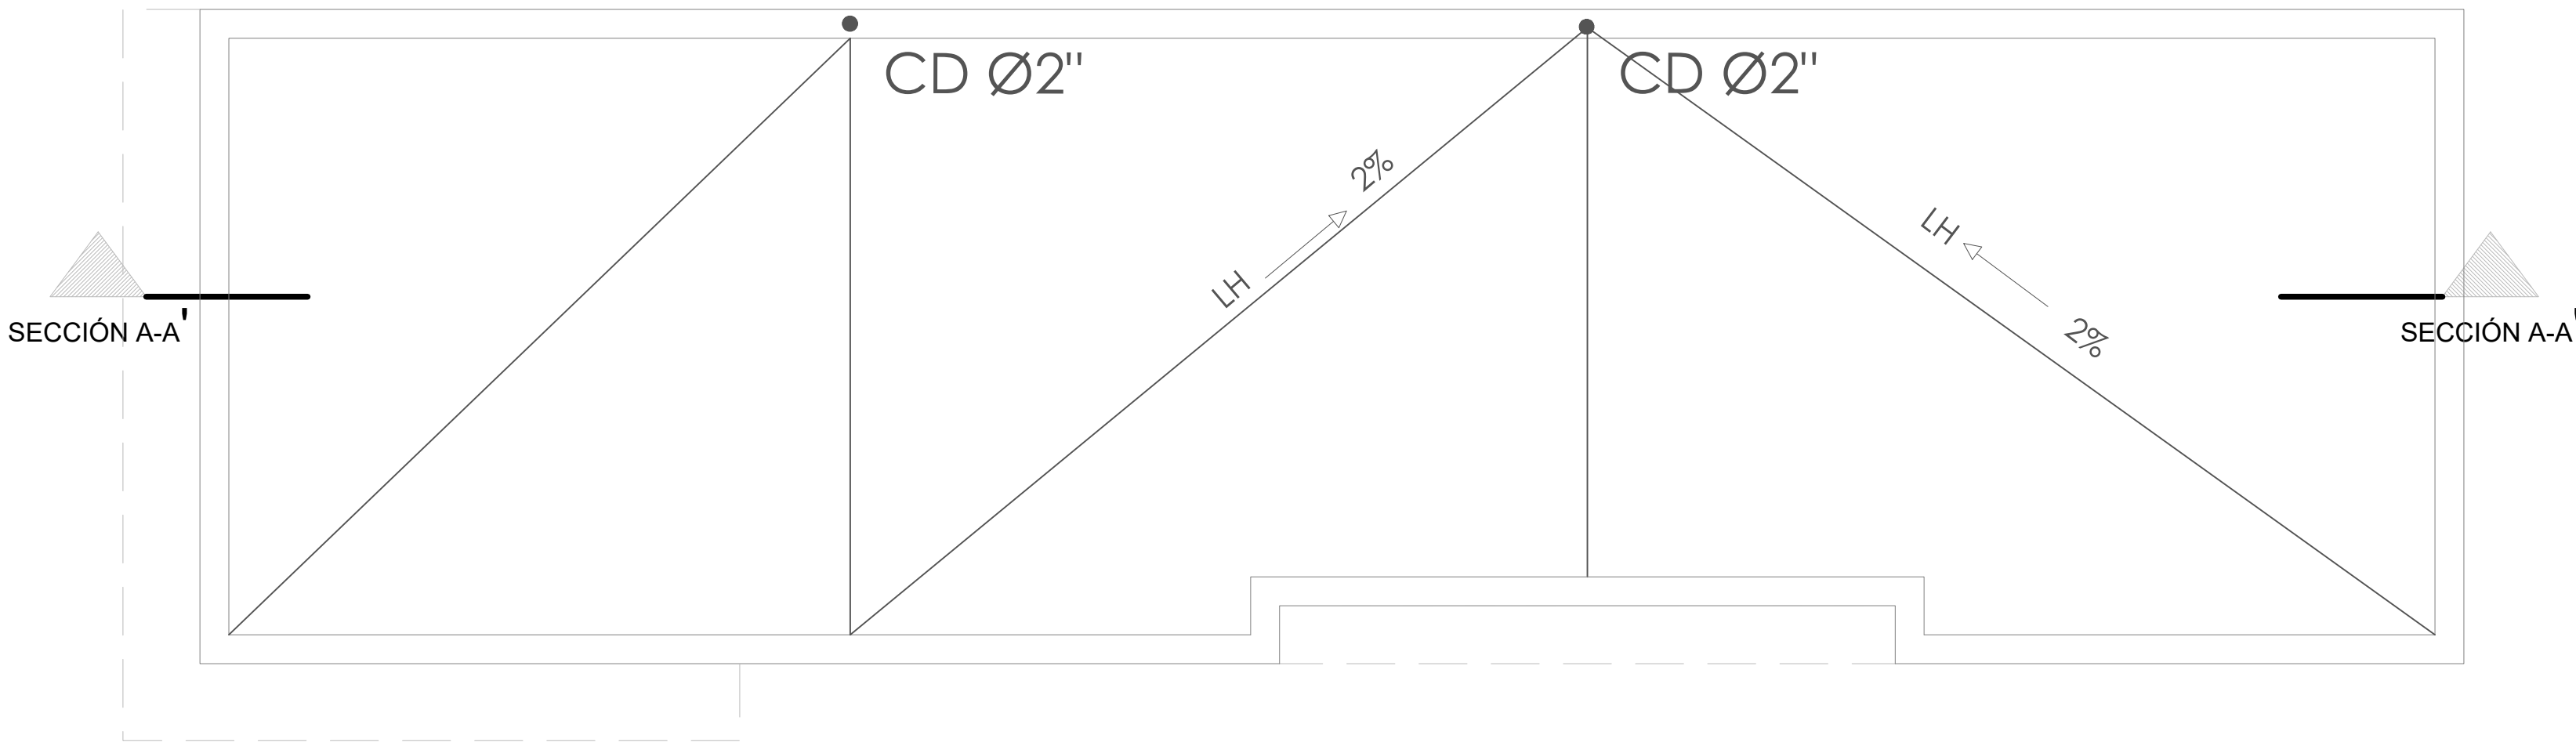

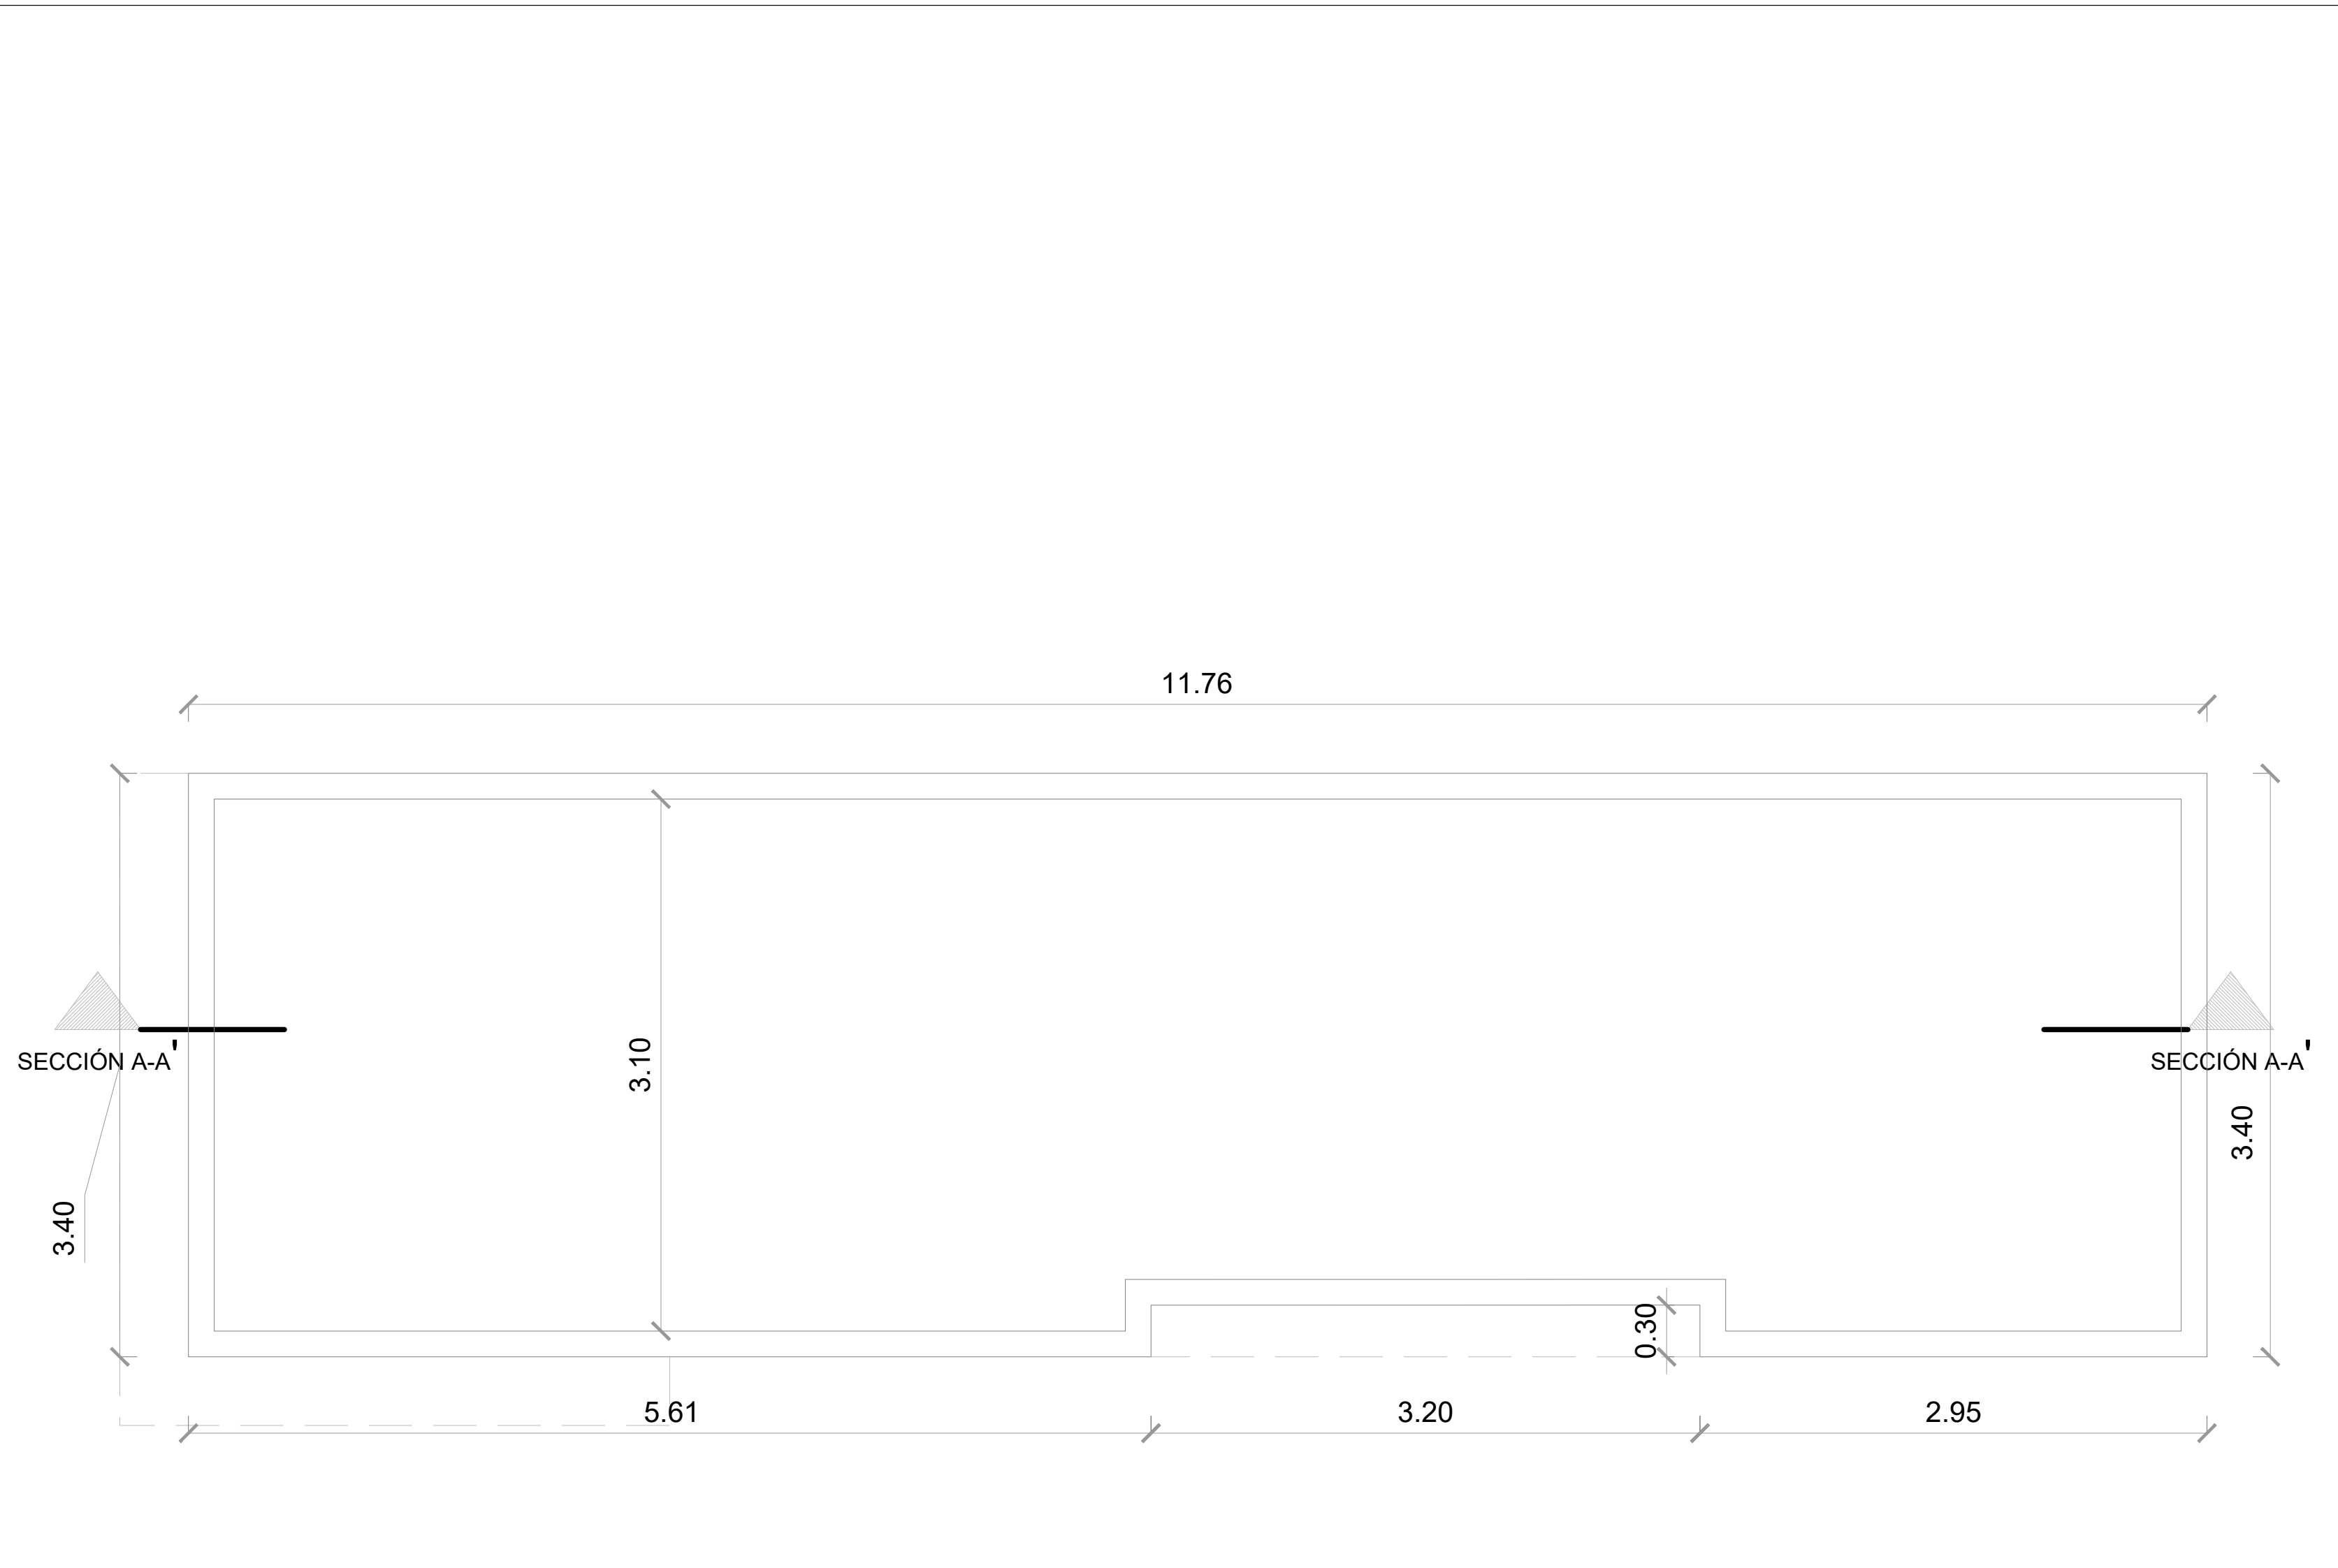

PLANTA DE TECHO DIMENSIONADA

ESC. 1:30

**GOBIERNO DE LA
REPÚBLICA DOMINICANA**

**DIRECCIÓN DE
DESARROLLO PROVINCIAL
DDP**

Ave. Dr. Delgado, Esq. Moises García,
Gazcue, Sto. Dgo., R.D.
TEL.: (809)-364-2189 | FAX.: (809)- 688-1665
E-Mail: info@cpadp.gob.do

PROYECTO:
**CONSTRUCCIÓN CLUB DEPORTIVO LAS
TARANAS**

MUNICIPIO VILLA RIVA, PROV. DUARTE
REPUBLICA DOMINICANA

EQUIPO DE TRABAJO:

DISEÑO ARQUITECTÓNICO
ARQ. _____
codia 00000

ENC. INGENIERÍA
ING.FIORDALIZA BONIFACIO
codia 00000

ESTRUCTURAL
ING. _____
codia 00000

ELÉCTRICO
ING. JUAN PEREZ
codia 00000

HIDRO-SANITARIO
ING. FRANCIS ESTEVEZ
codia 00000

SELLO DE APROBACIÓN:

FECHA: _____

CONTENIDO:

**PLANTA DE TECHO DIMENSIONADA
-OFICINA , BAÑO, ALMACEN Y
CAFETERIA-**

ESCALA: **1:30**

SEPTIEMBRE 2026


NO. PÁGINA:

014



PLANTA ARQUITECTÓNICA AMUEBLADA - OFICINA Y BAÑO

ESC. 1:30

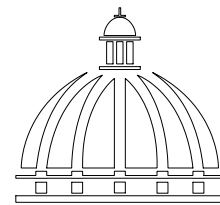

GOBIERNO DE LA
REPÚBLICA DOMINICANA

DIRECCIÓN DE
DESARROLLO PROVINCIAL
DDP

Ave. Dr. Delgado, Esq. Moises García,
Gazcue, Sto. Dgo., R.D.
TEL.: (809)-364-2189 | FAX.: (809)- 688-1665
E-Mail: info@cpadp.gob.do

PROYECTO:
**CONSTRUCCIÓN CLUB DEPORTIVO LAS
TARANAS**

MUNICIPIO VILLA RIVA, PROV. DUARTE
REPUBLICA DOMINICANA

EQUIPO DE TRABAJO:

DISEÑO ARQUITECTÓNICO
ARQ.

codia 00000

ENC. INGENIERÍA
ING.FIORDALIZA BONIFACIO
codia 00000

ESTRUCTURAL
ING.

codia 00000

ELÉCTRICO

ING. JUAN PEREZ
codia 00000

HIDRO-SANITARIO

ING. FRANCIS ESTEVEZ
codia 00000

SELLO DE APROBACIÓN:

FECHA:

CONTENIDO:
**PLANTA ARQUITECTÓNICA
AMUEBLADA
- OFICINA, BAÑO, ALMACEN Y
CAFETERIA-**

ESCALA: **1:30**

SEPTIEMBRE 2026

NO. PÁGINA:

015

PROYECTO:
**CONSTRUCCIÓN CLUB DEPORTIVO LAS
TARANAS**

MUNICIPIO VILLA RIVA, PROV. DUARTE
REPÚBLICA DOMINICANA

EQUIPO DE TRABAJO:

DISEÑO ARQUITECTÓNICO
ARQ. _____
codia 00000

ENC. INGENIERÍA
ING.FIORDALIZA BONIFACIO
codia 00000

ESTRUCTURAL
ING. _____
codia 00000

ELÉCTRICO
ING. JUAN PEREZ
codia 00000

HIDRO-SANITARIO
ING. FRANCIS ESTEVEZ
codia 00000

SELLO DE APROBACIÓN:

FECHA: _____



CONTENIDO:
**PLANTA ARQUITECTÓNICA
DIMENSIONADA
- OFICINA , BAÑO, ALMACEN Y
CAFETERIA-**

ESCALA: **1:30**

SEPTIEMBRE 2026

NO. PÁGINA:

 016

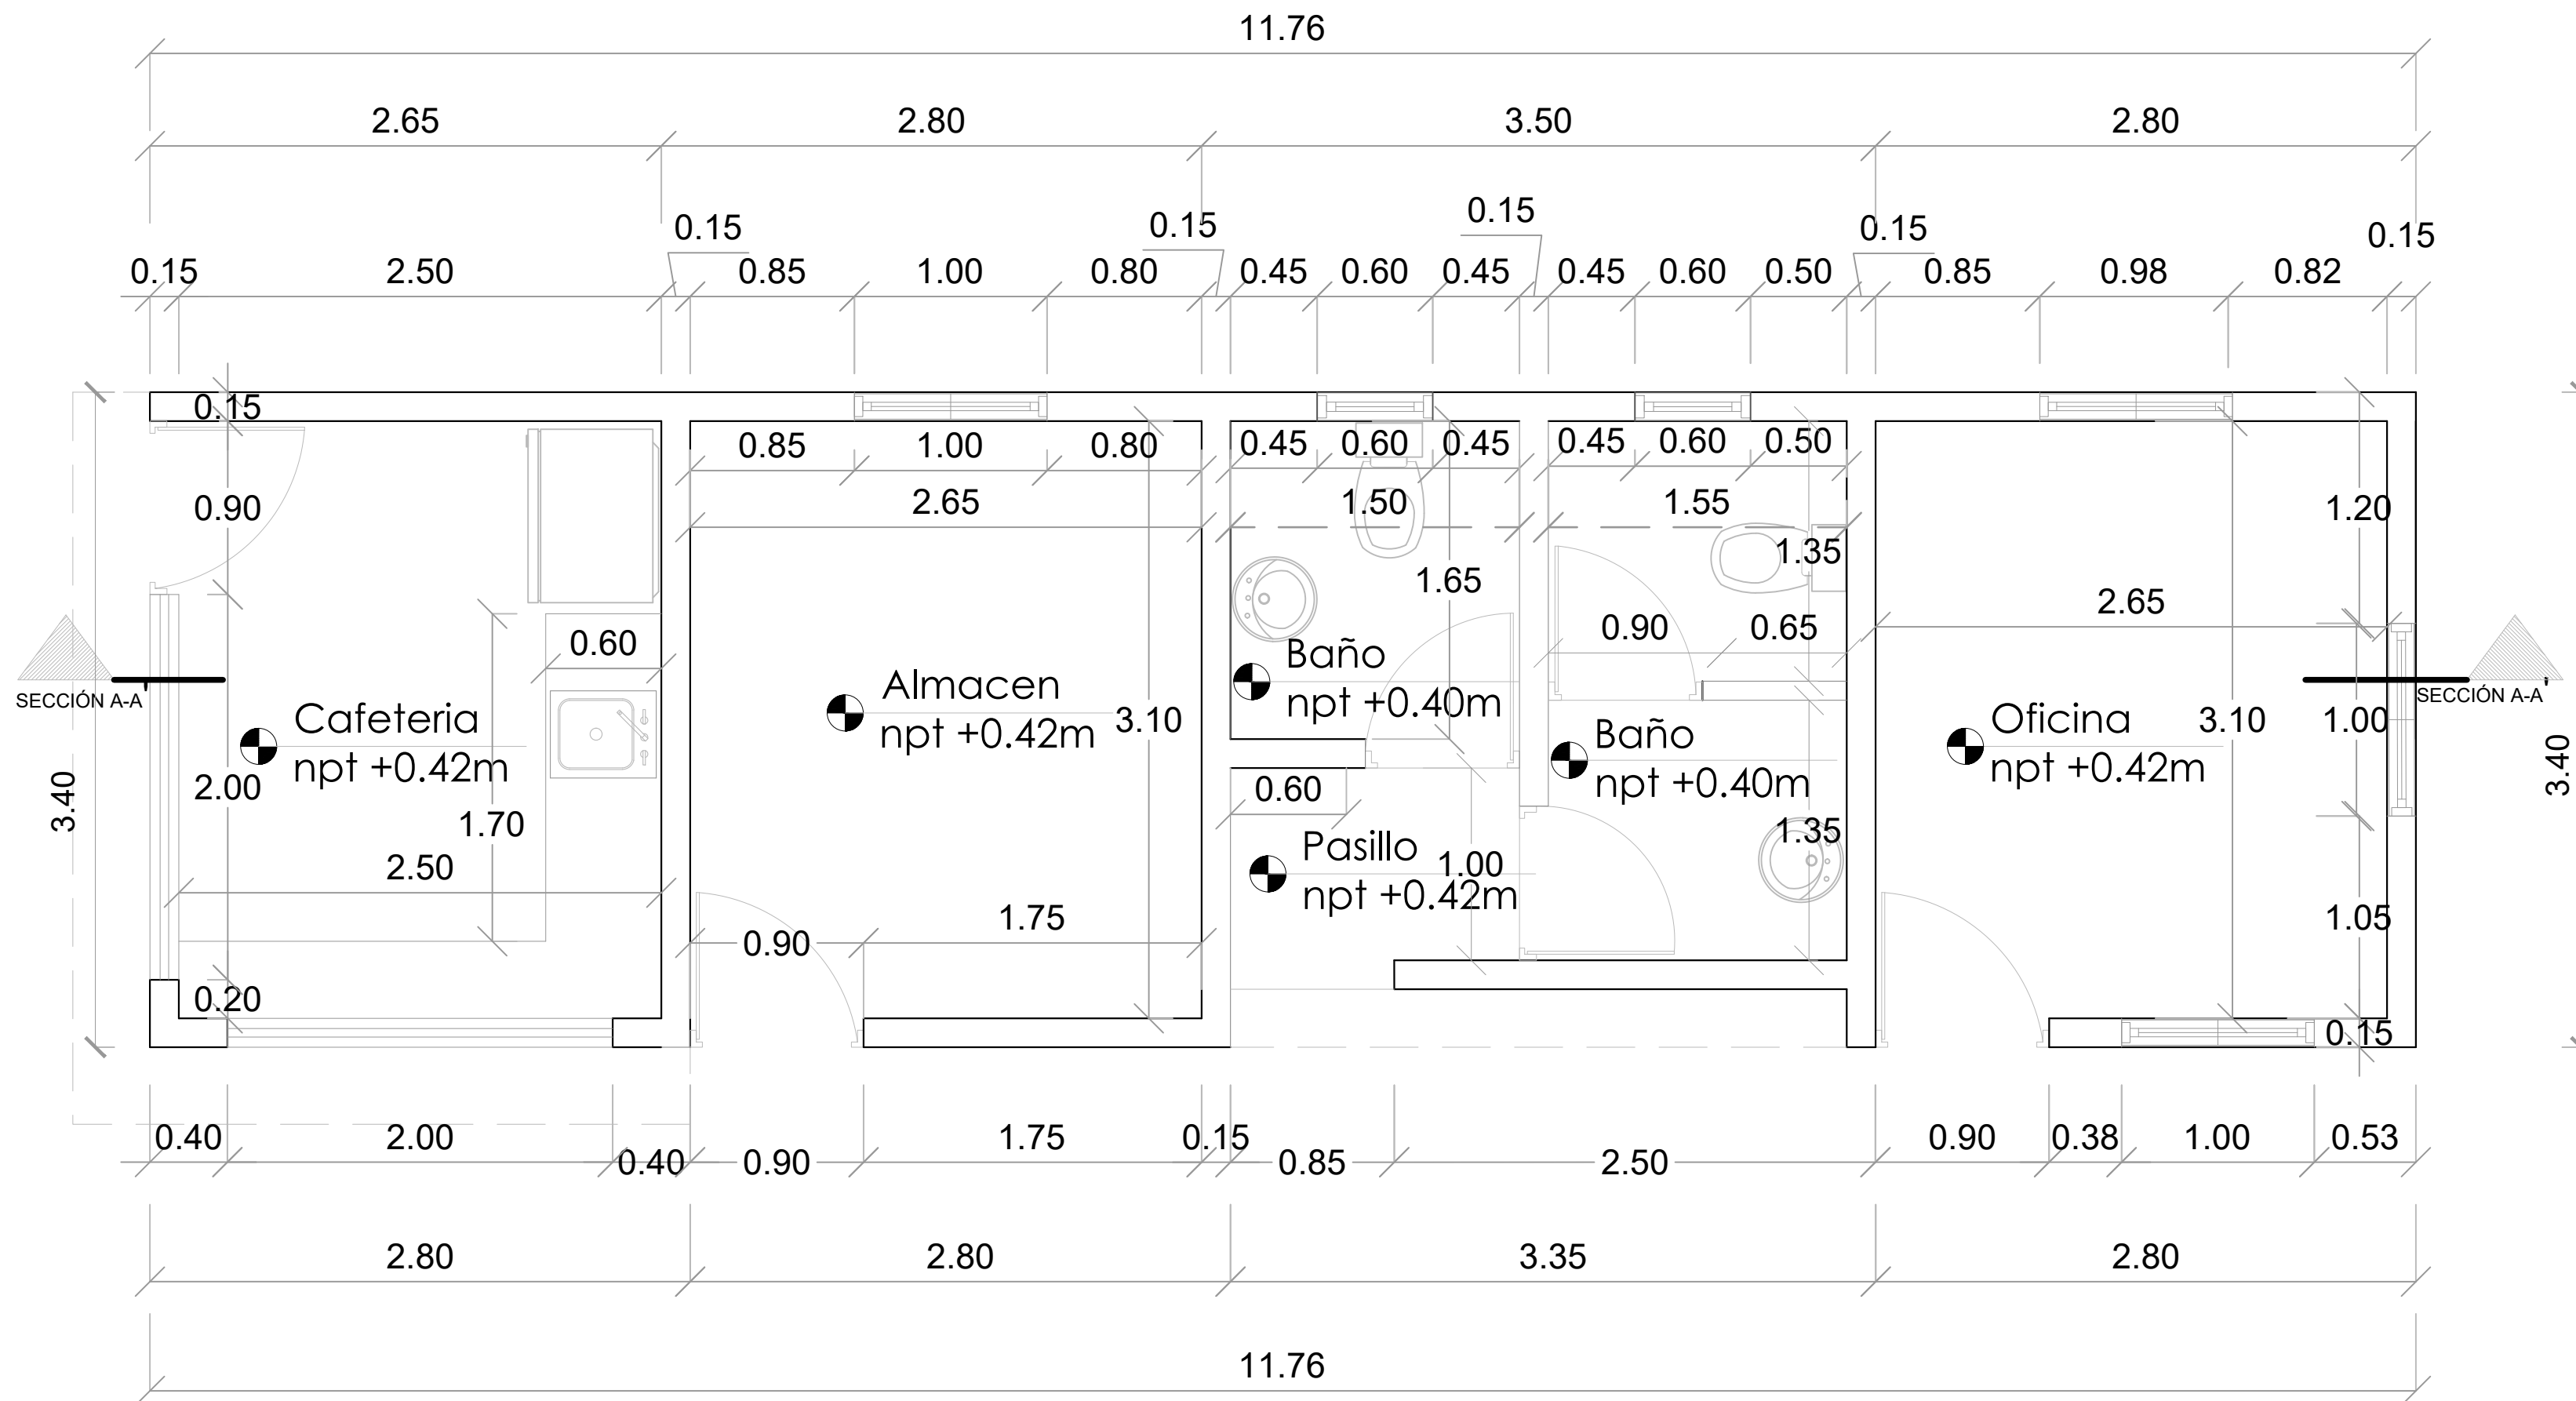

PLANTA ARQUITECTÓNICA DIMENSIONADA - OFICINA Y BAÑO

ESC. 1:30

PROYECTO:
**CONSTRUCCIÓN CLUB DEPORTIVO LAS
TARANAS**

MUNICIPIO VILLA RIVA, PROV. DUARTE
REPUBLICA DOMINICANA

EQUIPO DE TRABAJO:

DISEÑO ARQUITECTÓNICO
ARQ. _____
codia 00000

ENC. INGENIERÍA
ING.FIORDALIZA BONIFACIO
codia 00000

ESTRUCTURAL
ING. _____
codia 00000

ELÉCTRICO
ING. JUAN PEREZ
codia 00000

HIDRO-SANITARIO
ING. FRANCIS ESTEVEZ
codia 00000

SELLO DE APROBACIÓN:

FECHA: _____



CONTENIDO:
PLANTA DE PISOS

ESCALA: **1:30**

SEPTIEMBRE 2026

NO. PÁGINA:

 017

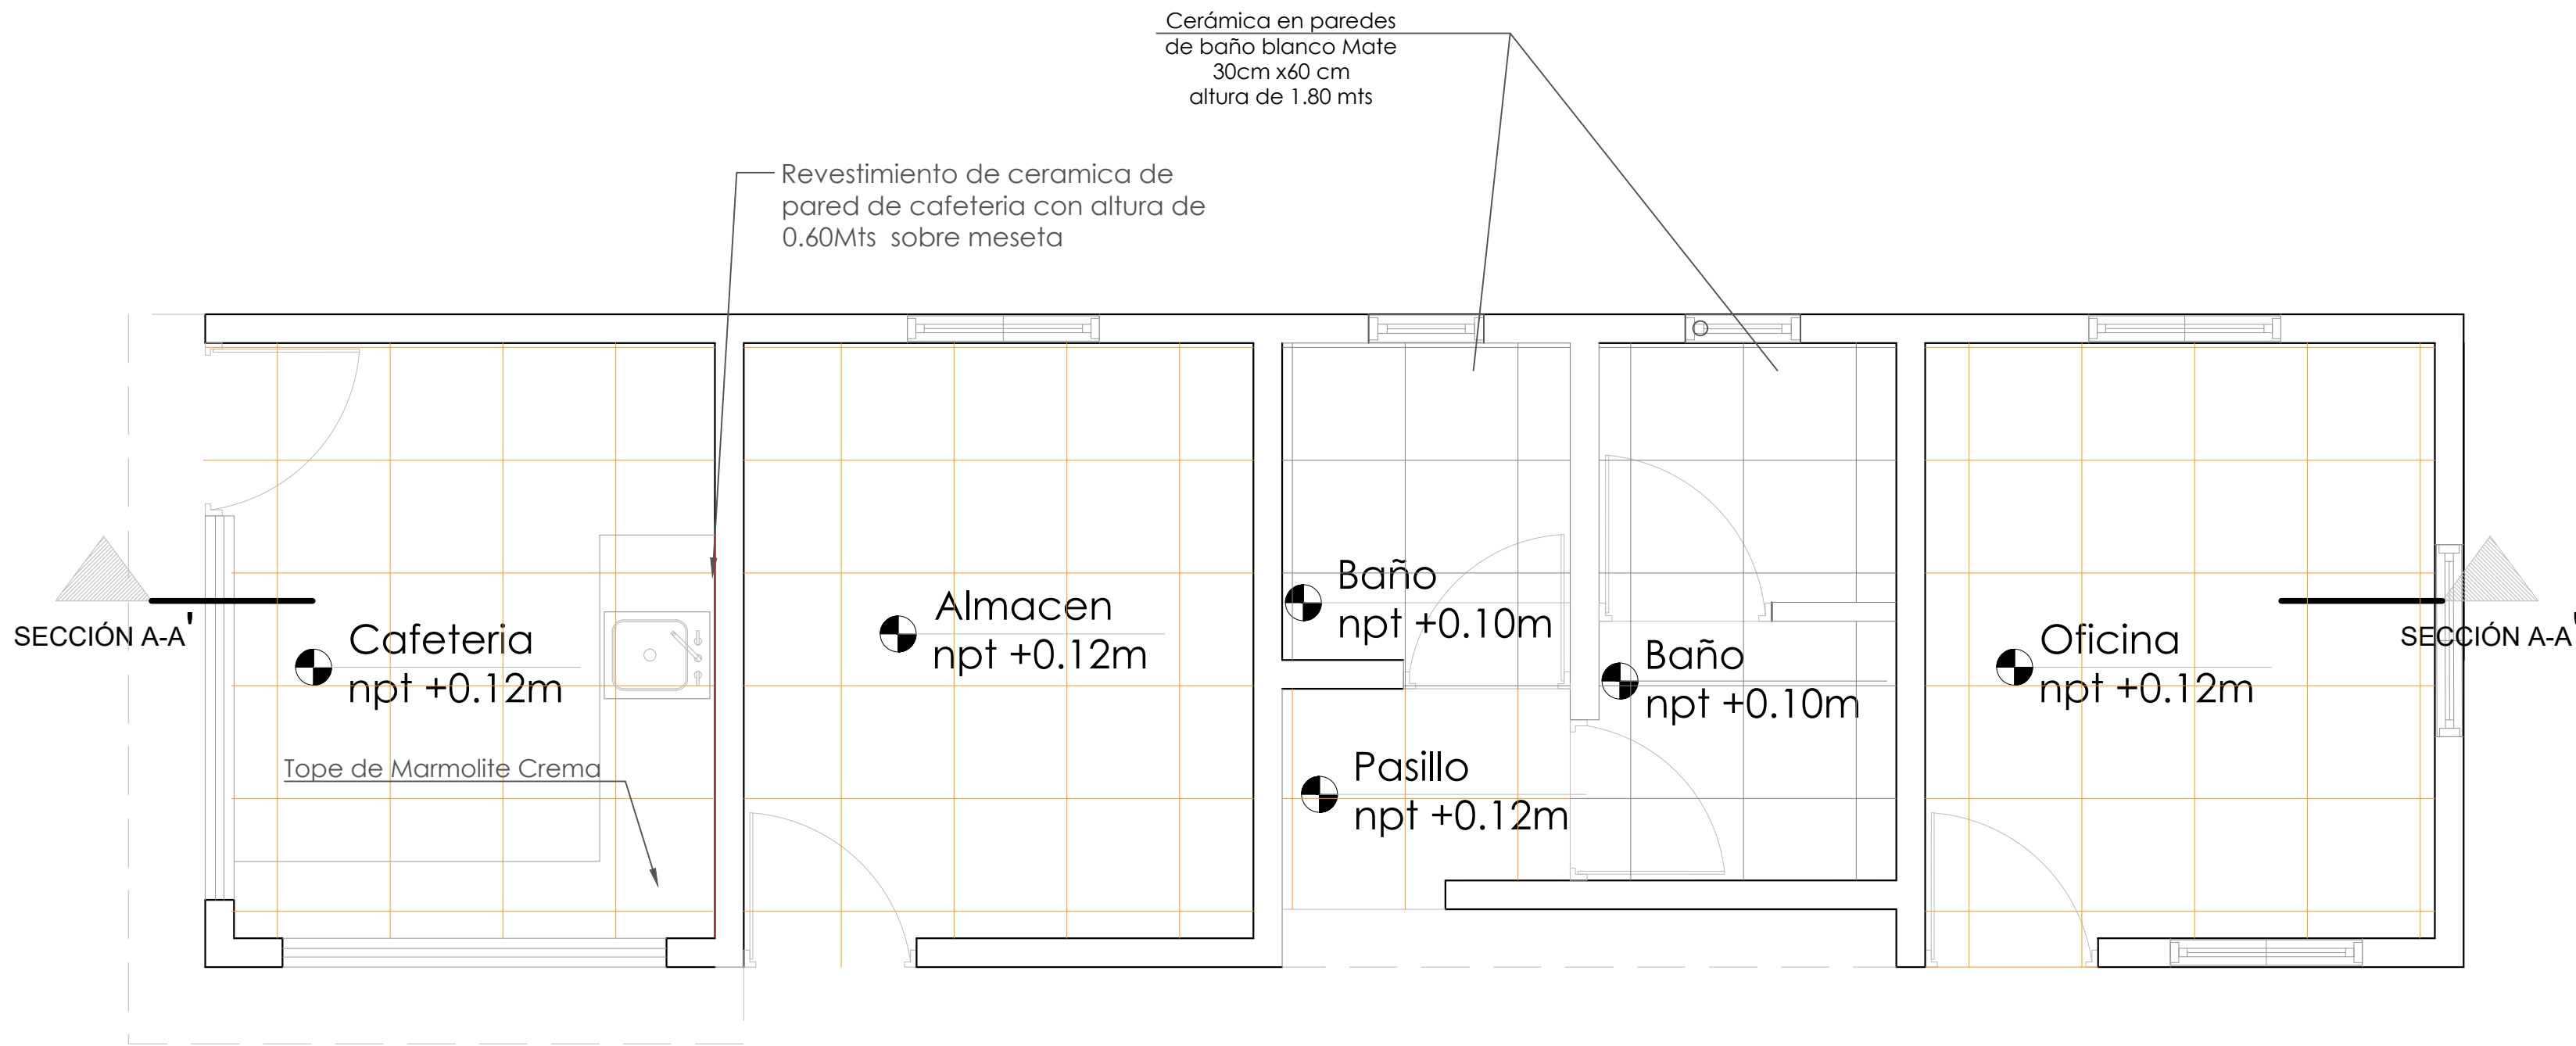

Ceramica de 45cms y 45 cms color gris
7.01 Mts2




Ceramica de 45cms y 45 cms color crema
26.25 Mts2



Ceramica de 45cms y 45 cms color crema
1.26 Mts2


****COLOCAR ACCESORIOS EN BAÑOS**

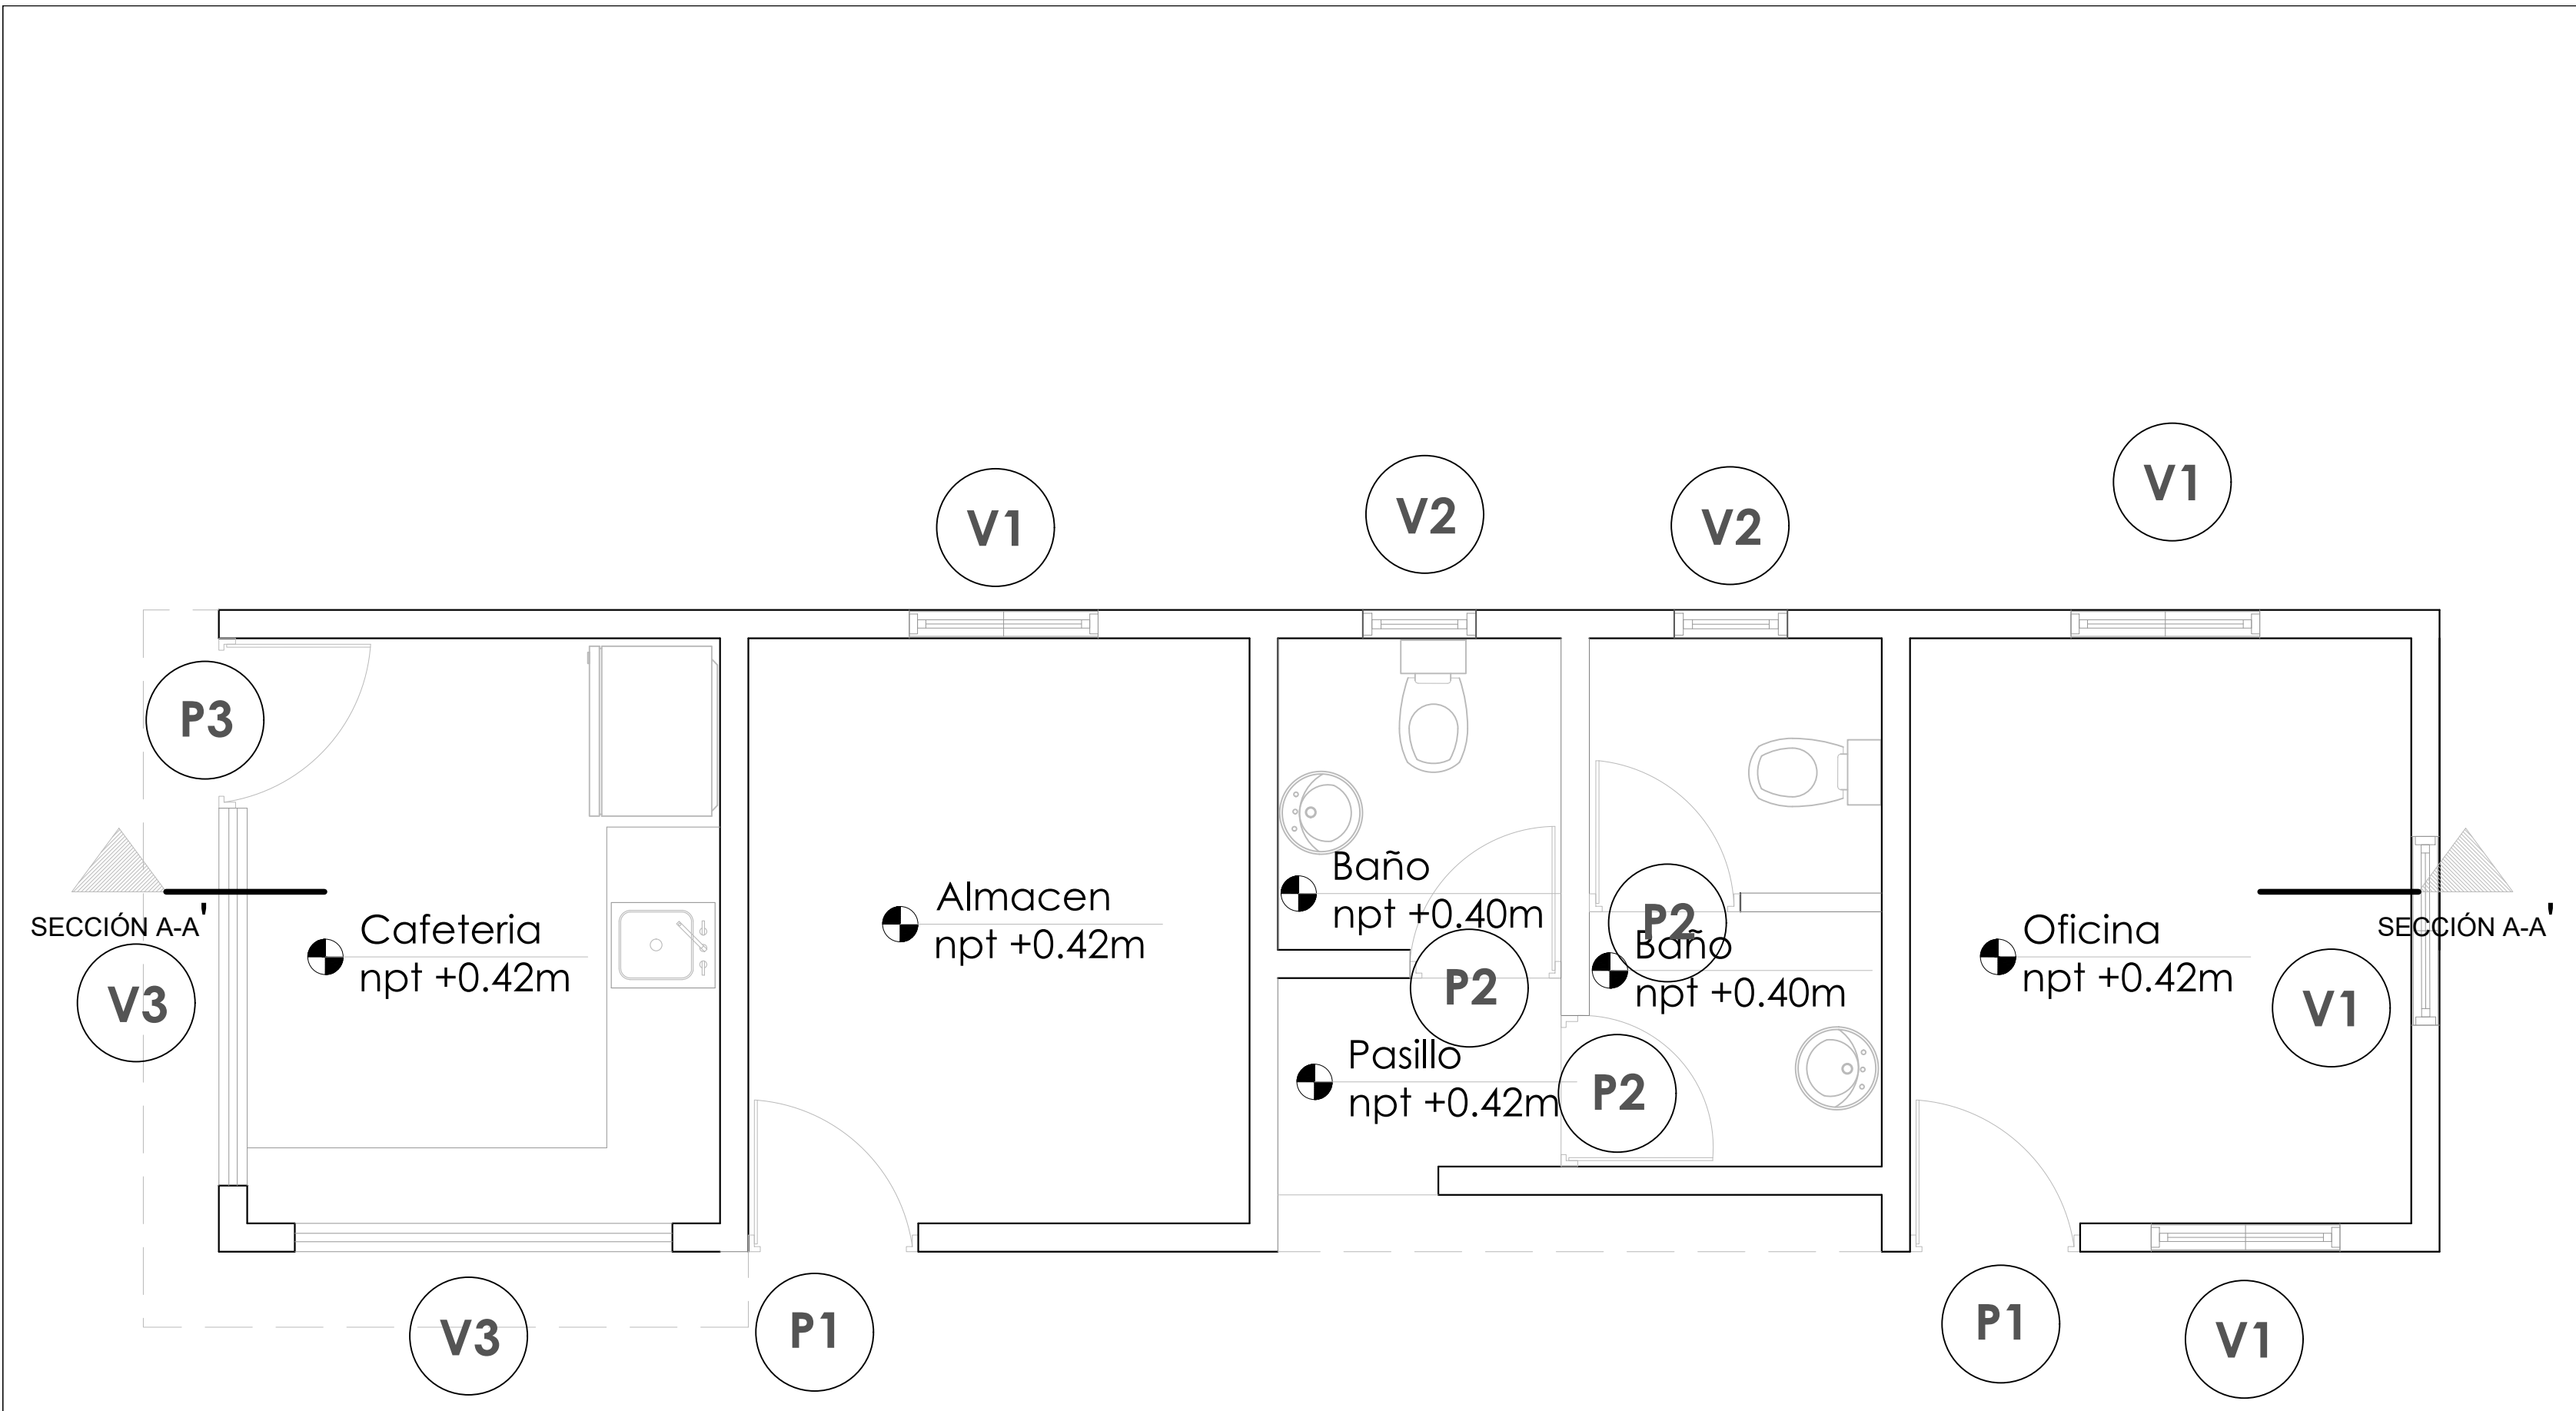

PLANTA DE PUERTAS Y VENTANAS
ESC. 1:30

TABLA DE PUERTAS						
No.	Tipo	Ancho	Altura	Material	Observaciones	Cantidad
P1	Abatible	0.90	2.10	Polimetálica	Blanca	2
P2	Abatible	0.80	2.10	Polimetálica	Blanca	3
P3	Abatible	0.90	2.10	Metálica	Blanca	1
Total:						6

TABLA DE VENTANAS						
No.	Tipo	Medidas	Altura	Material	Observaciones	Cant.
V1	Celosía	1.10x1.00	1.00	Aluminio	Celosías en Aluminio Blanca	4
V2	Celosía	0.60x0.60	1.50	Aluminio	Celosías en Aluminio Blanca	2
V3	Tola	2.00x1.10	1.00	Aluminio	Metálica de tola	1
Total:						7

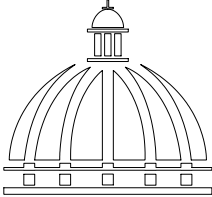

**GOBIERNO DE LA
REPÚBLICA DOMINICANA**

**DIRECCIÓN DE
DESARROLLO PROVINCIAL
DDP**

Ave. Dr. Delgado, Esq. Moises García,
Gazcue, Sto. Dgo., R.D.
TEL.: (809)-364-2189 | FAX.: (809)- 688-1665
E-Mail: info@cpadp.gob.do

PROYECTO:
**CONSTRUCCIÓN CLUB DEPORTIVO LAS
TARANAS**

MUNICIPIO VILLA RIVA, PROV. DUARTE
REPUBLICA DOMINICANA

EQUIPO DE TRABAJO:

DISEÑO ARQUITECTÓNICO
ARQ. _____
codia 00000 _____

ENC. INGENIERÍA
ING.FIORDALIZA BONIFACIO
codia 00000 _____

ESTRUCTURAL
ING. _____
codia 00000 _____

ELÉCTRICO
ING. JUAN PEREZ
codia 00000 _____

HIDRO-SANITARIO
ING. FRANCIS ESTEVEZ
codia 00000 _____

SELLO DE APROBACIÓN:

FECHA: _____

CONTENIDO:
PLANTA DE PUERTAS Y VENTANAS

ESCALA: **1:30**

SEPTIEMBRE 2026

NO. PÁGINA:
018



DIRECCIÓN DE
DESARROLLO PROVINCIAL
DDP

Ave. Dr. Delgado, Esq. Moises García,
Gazcue, Sto. Dgo., R.D.
TEL.: (809)-364-2189 | FAX.: (809)- 688-1665
E-Mail: info@cpadp.gob.do

PROYECTO:
**CONSTRUCCIÓN CLUB DEPORTIVO LAS
TARANAS**

MUNICIPIO VILLA RIVA, PROV. DUARTE
REPUBLICA DOMINICANA

EQUIPO DE TRABAJO:

DISEÑO ARQUITECTÓNICO

ARQ.

codia 00000

ENC. INGENIERÍA

ING.FIORDALIZA BONIFACIO

codia 00000

ESTRUCTURAL

ING.

codia 00000

ELÉCTRICO

ING. JUAN PEREZ

codia 00000

HIDRO-SANITARIO

ING. FRANCIS ESTEVEZ

codia 00000

SELO DE APROBACIÓN:

FECHA:


CONTENIDO:

ESCALA: **1:30**

SEPTIEMBRE 2026

NO. PÁGINA:


019

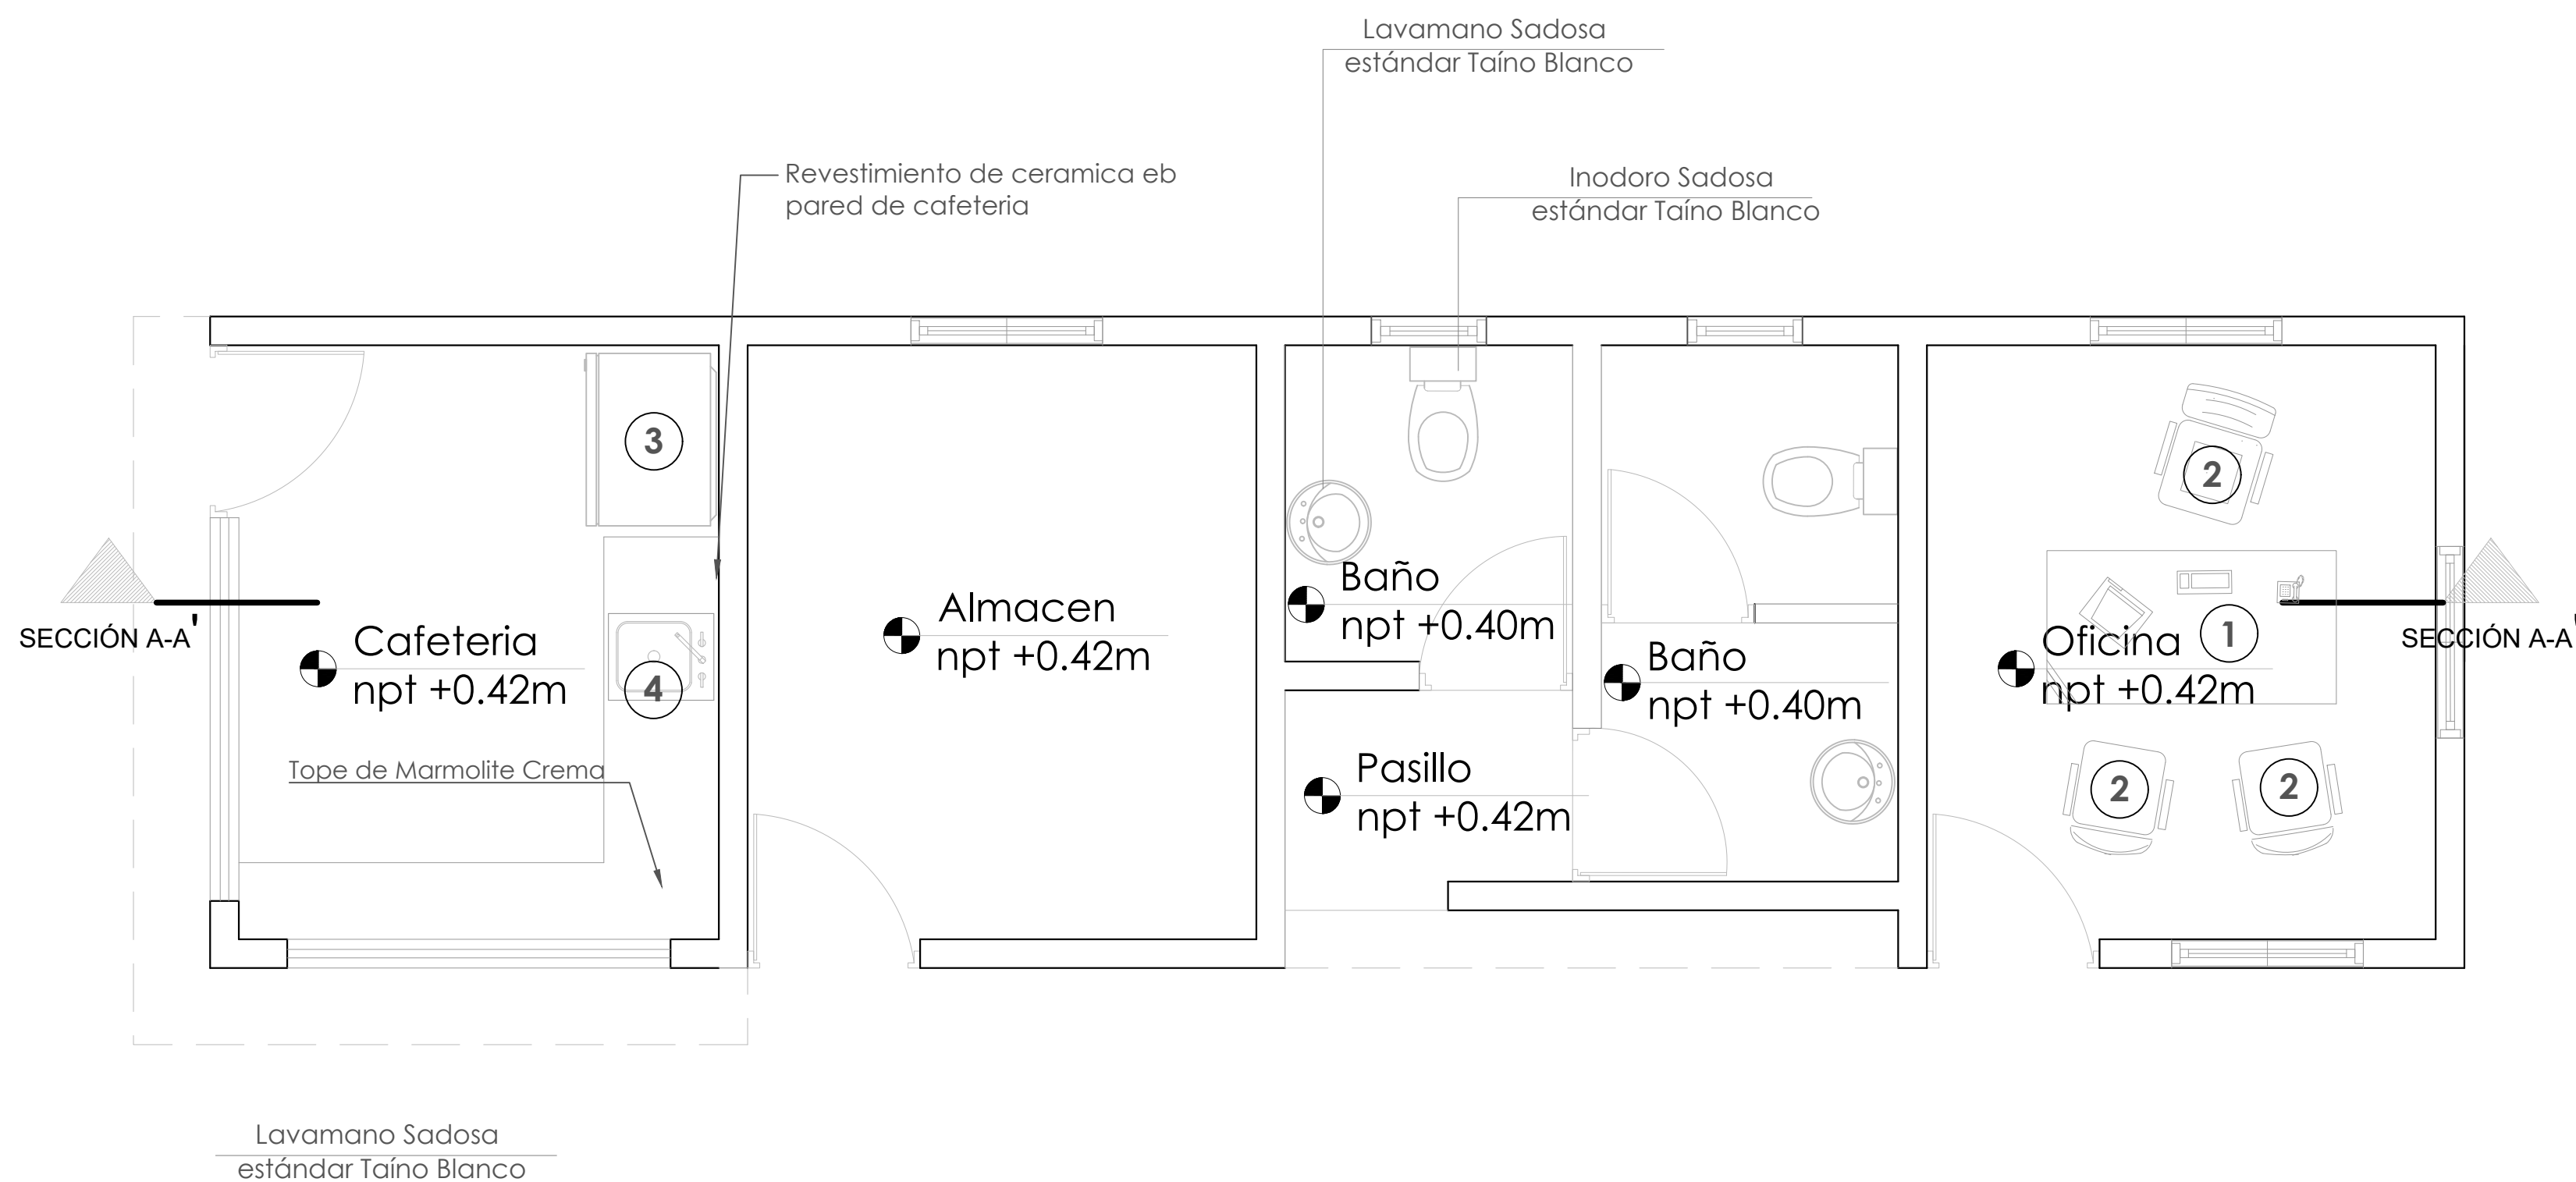

	DESCRIPCION	DIMENSIONES	
1	ESCRITORIO COLOR HAYA	LARGO	ANCHO
		1.50 MTS	0.60 MTS
2	SILLA OPERATIVA NEGRA EN TELA		
3	REFRIGERADOR	0.90 MTS	0.60 MTS
4	FREGADERO DE ACERO INOXIDABLE	0.60 MTS	0.50 MTS



****COLOCAR ACCESORIOS EN BAÑOS**

****COLOCAR ACCESORIOS EN BAÑOS**

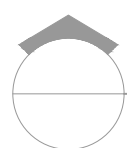



PLANTA DE MOBILIARIO

ESC. 1:30

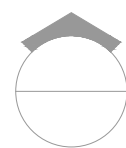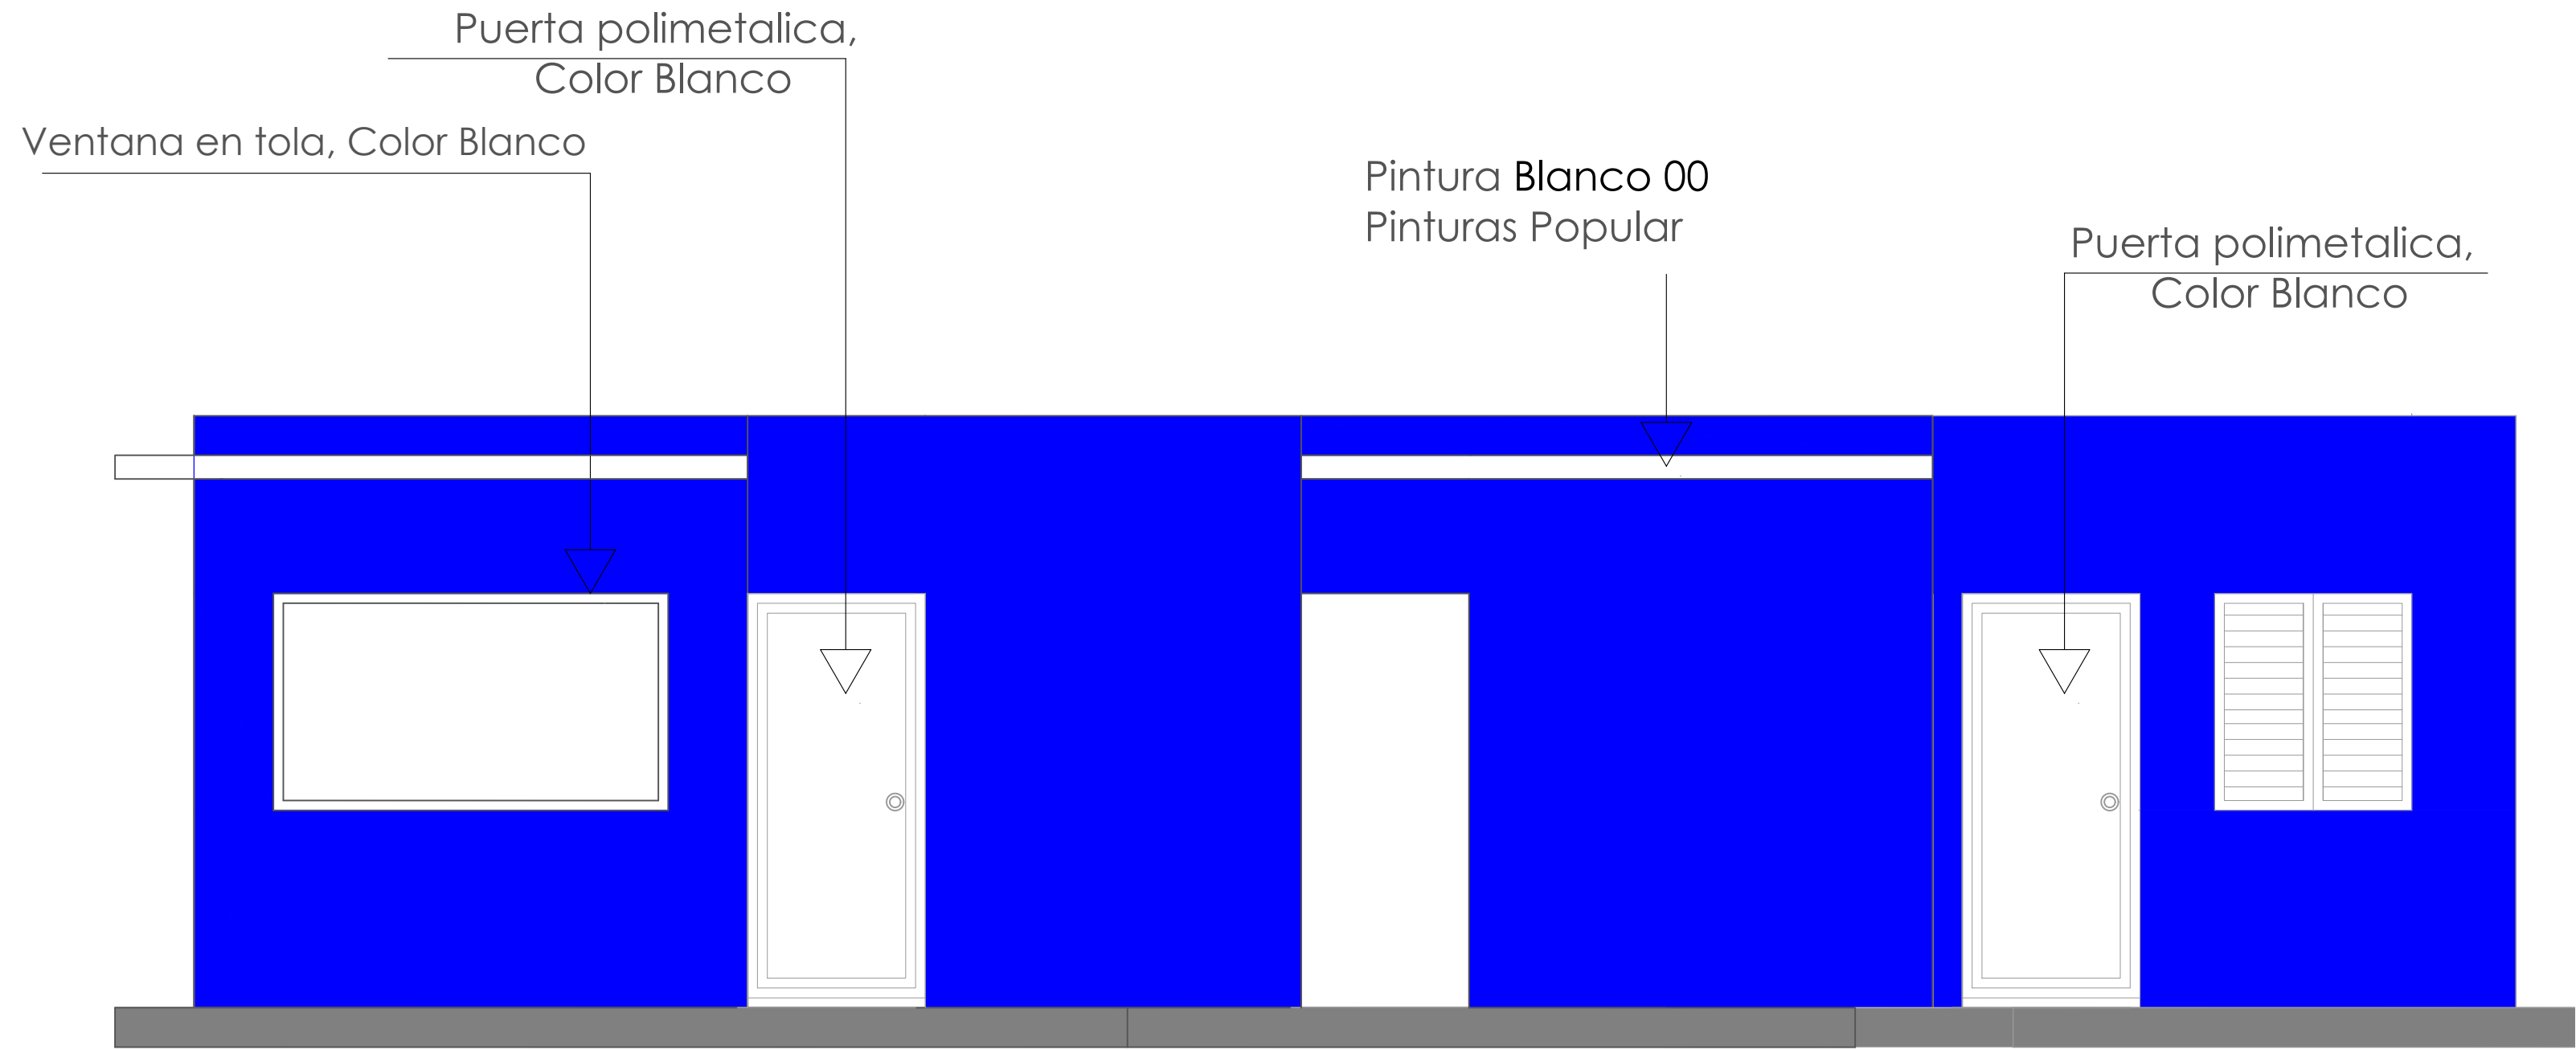


ELEVACIÓN FRONTAL

ESC. 1:30

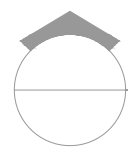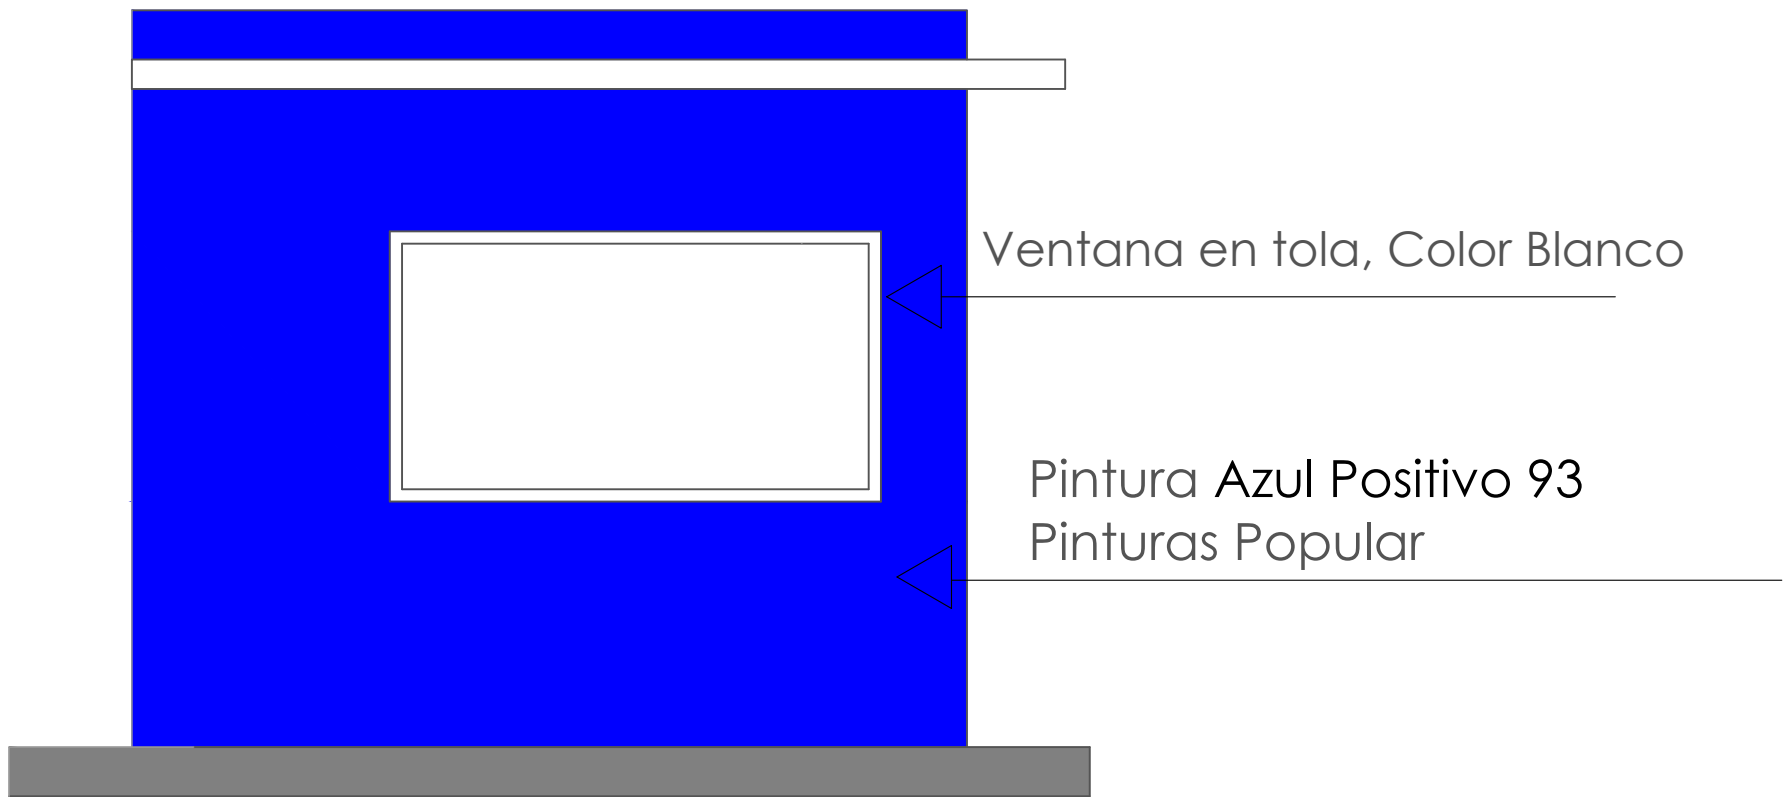

ELEVACIÓN LATERAL IZQUIERDA

ESC. 1:30

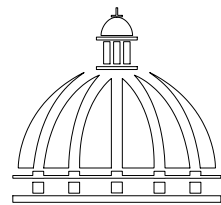

GOBIERNO DE LA
REPÚBLICA DOMINICANA

DIRECCIÓN DE
DESARROLLO PROVINCIAL
DDP

Ave. Dr. Delgado, Esq. Moisés García,
Gazcue, Sto. Dgo., R.D.
TEL.: (809)-364-2189 | FAX.: (809)- 688-1665
E-Mail: info@cpadp.gob.do

PROYECTO:
**CONSTRUCCIÓN CLUB DEPORTIVO LAS
TARANAS**

MUNICIPIO VILLA RIVA, PROV. DUARTE
REPUBLICA DOMINICANA

EQUIPO DE TRABAJO:

DISEÑO ARQUITECTÓNICO
ARQ. _____
codia 00000

ENC. INGENIERÍA
ING.FIORDALIZA BONIFACIO
codia 00000

ESTRUCTURAL
ING. _____
codia 00000

ELÉCTRICO
ING. JUAN PEREZ
codia 00000

HIDRO-SANITARIO
ING. FRANCIS ESTEVEZ
codia 00000

SELLO DE APROBACIÓN:

FECHA: _____



CONTENIDO:
ELEVACIONES CON TÉCNICAS

ESCALA: **1:30**

SEPTIEMBRE 2026

NO. PÁGINA:



020

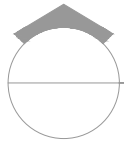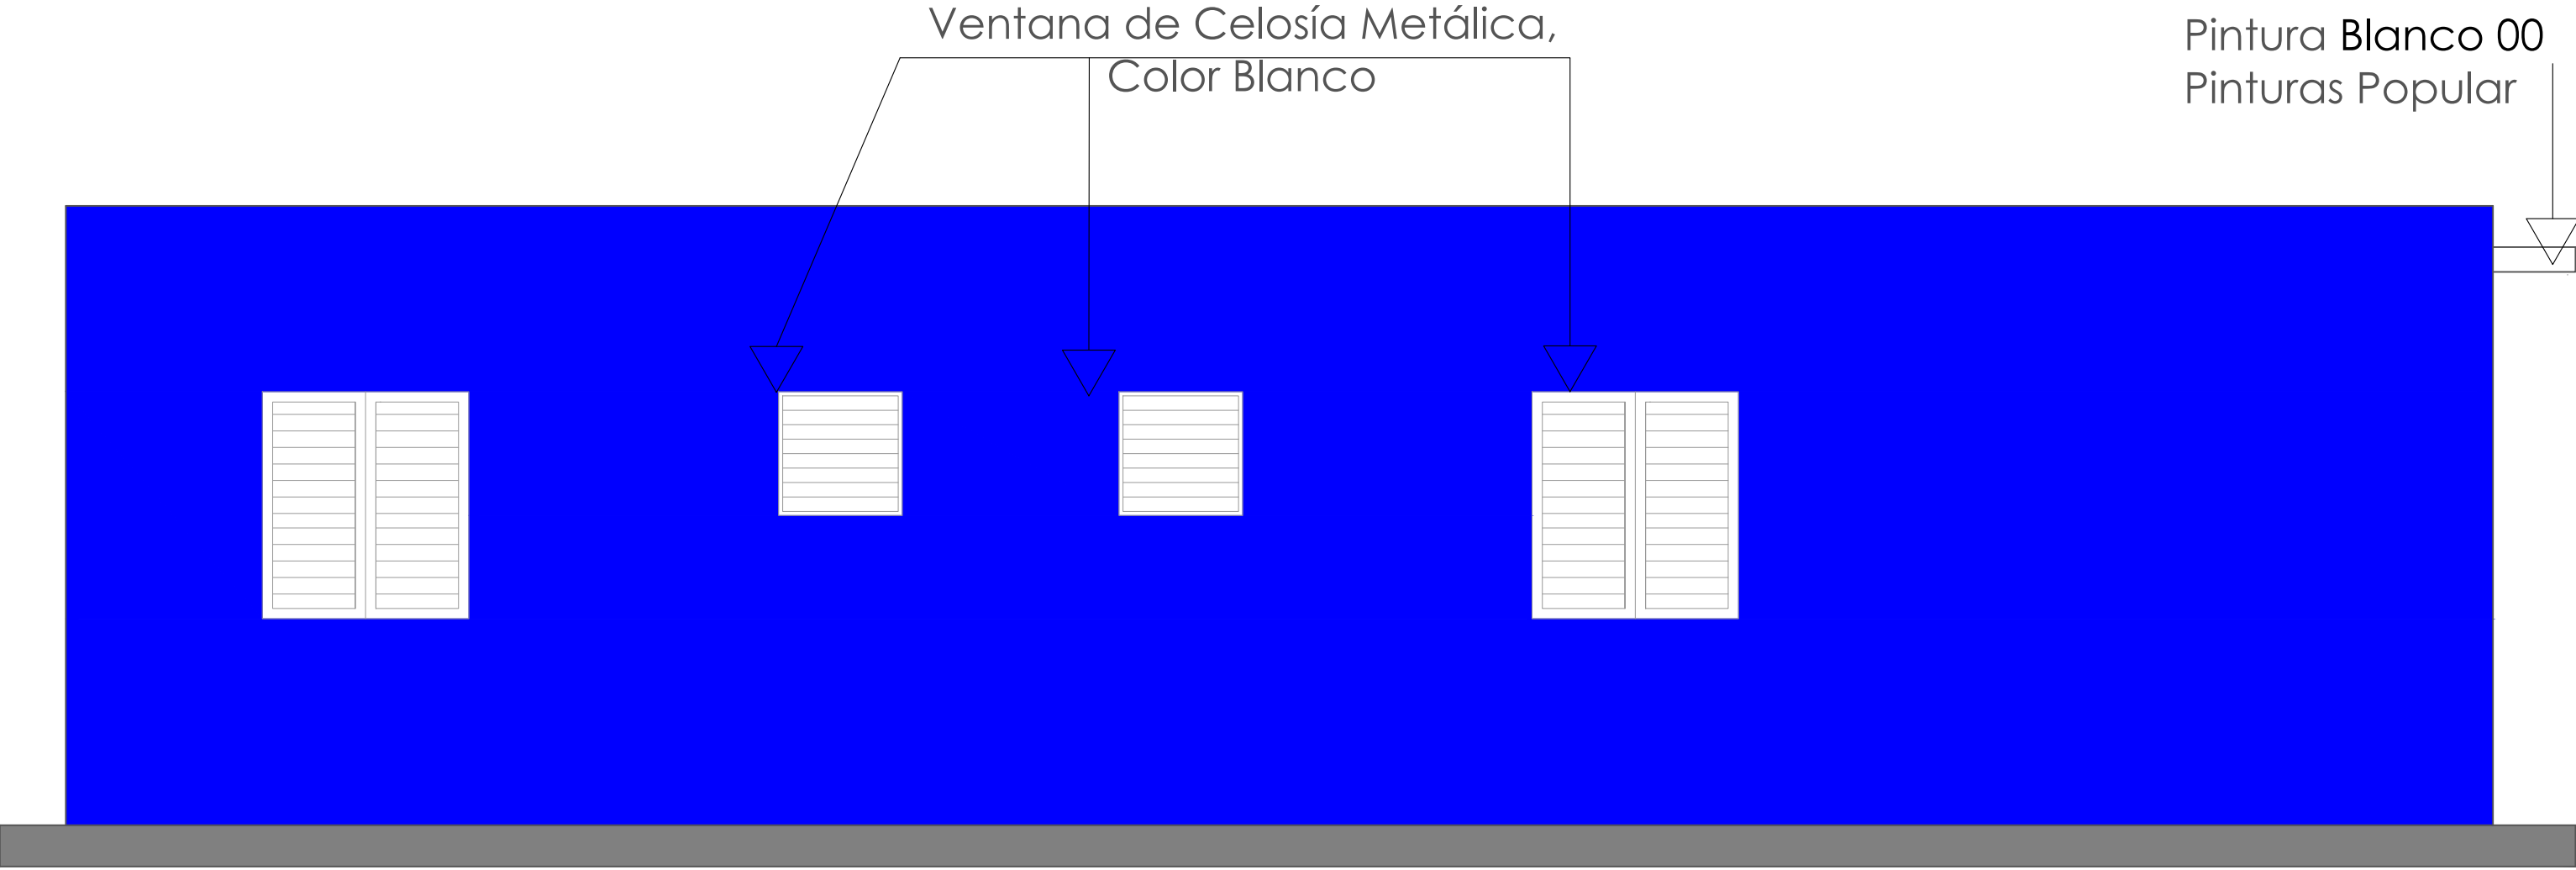

ELEVACIÓN POSTERIOR


ESC. 1:30

Ventana de Celosía Metálica,
Color Blanco

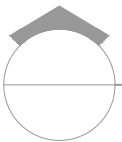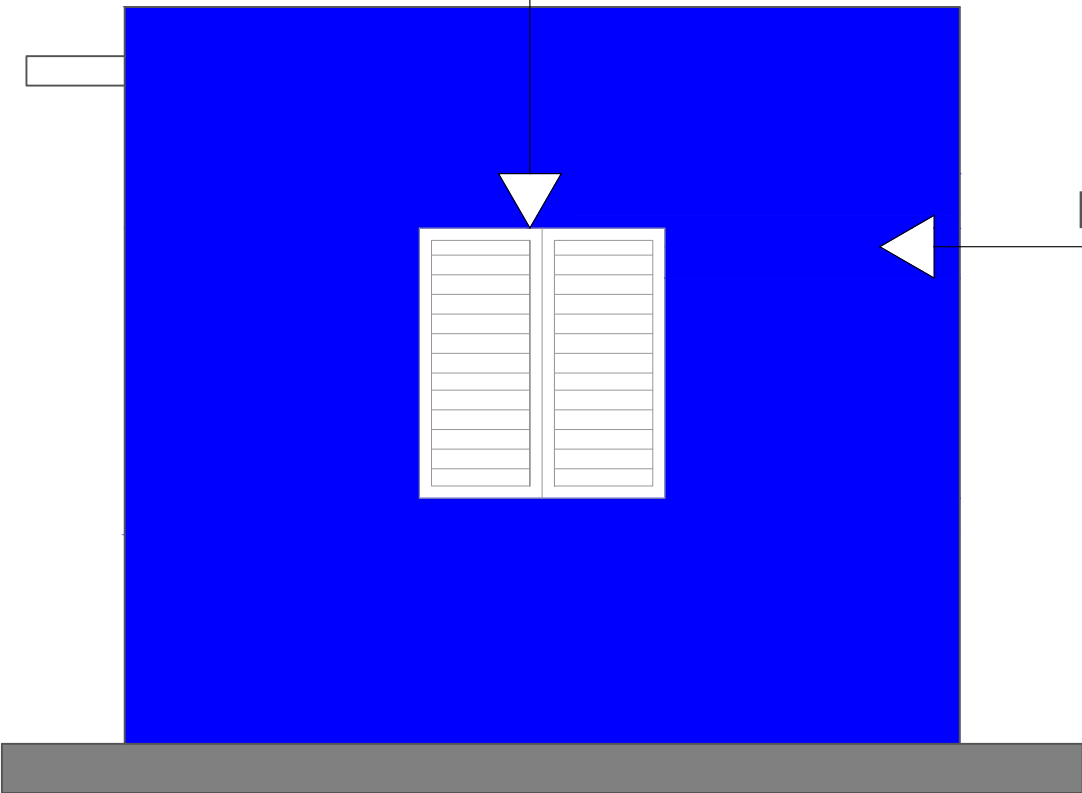


ELEVACIÓN LATERAL DERECHA

ESC. 1:30

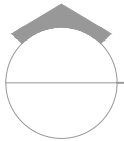

ELEVACIONES CON TÉCNICAS

ESC. 1:30

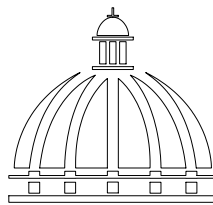

GOBIERNO DE LA
REPÚBLICA DOMINICANA

DIRECCIÓN DE
DESARROLLO PROVINCIAL
DDP

Ave. Dr. Delgado, Esq. Moises García,
Gazcue, Sto. Dgo., R.D.
TEL.: (809)-364-2189 | FAX.: (809)- 688-1665
E-Mail: info@cpadp.gob.do

PROYECTO:
**CONSTRUCCIÓN CLUB DEPORTIVO LAS
TARANAS**

MUNICIPIO VILLA RIVA, PROV. DUARTE
REPUBLICA DOMINICANA

EQUIPO DE TRABAJO:

DISEÑO ARQUITECTÓNICO
ARQ. _____
codia 00000

ENC. INGENIERÍA
ING.FIORDALIZA BONIFACIO
codia 00000

ESTRUCTURAL
ING. _____
codia 00000

ELÉCTRICO
ING. JUAN PEREZ
codia 00000

HIDRO-SANITARIO
ING. FRANCIS ESTEVEZ
codia 00000

SELLO DE APROBACIÓN:

FECHA: _____


CONTENIDO:
ELEVACIONES CON TÉCNICAS


ESCALA: **1:30**


SEPTIEMBRE 2026


NO. PÁGINA:

021

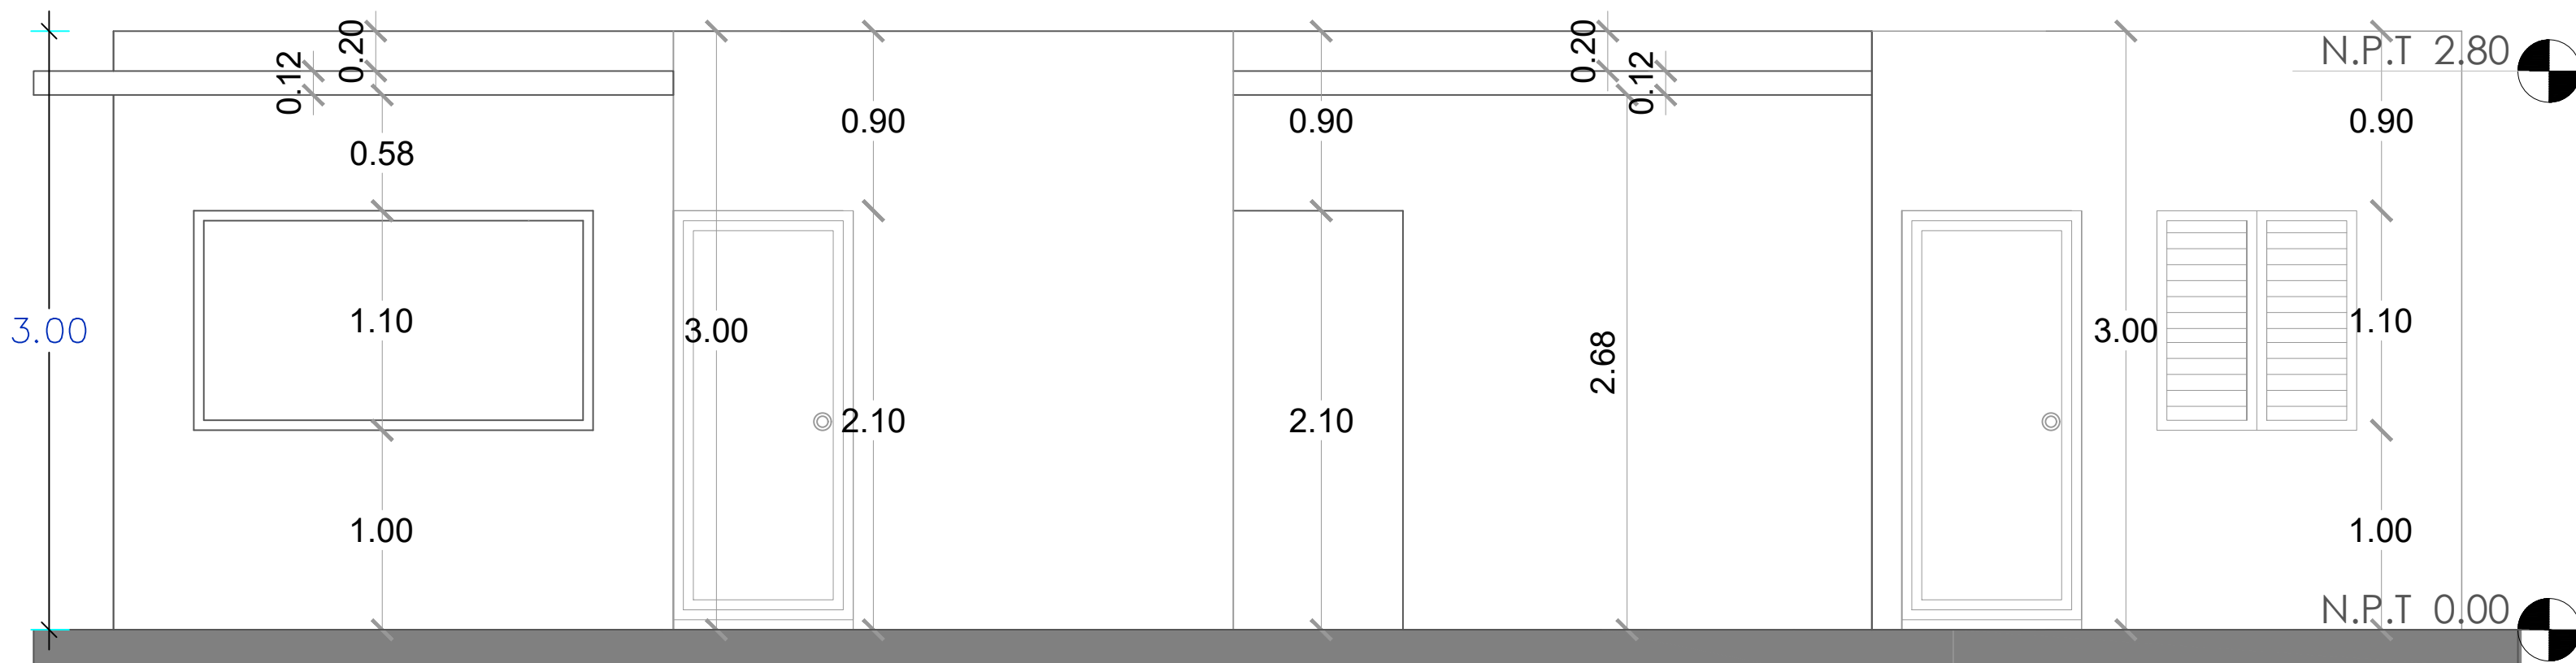


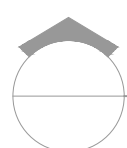 **ELEVACIÓN FRONTAL**
ESC. 1:30

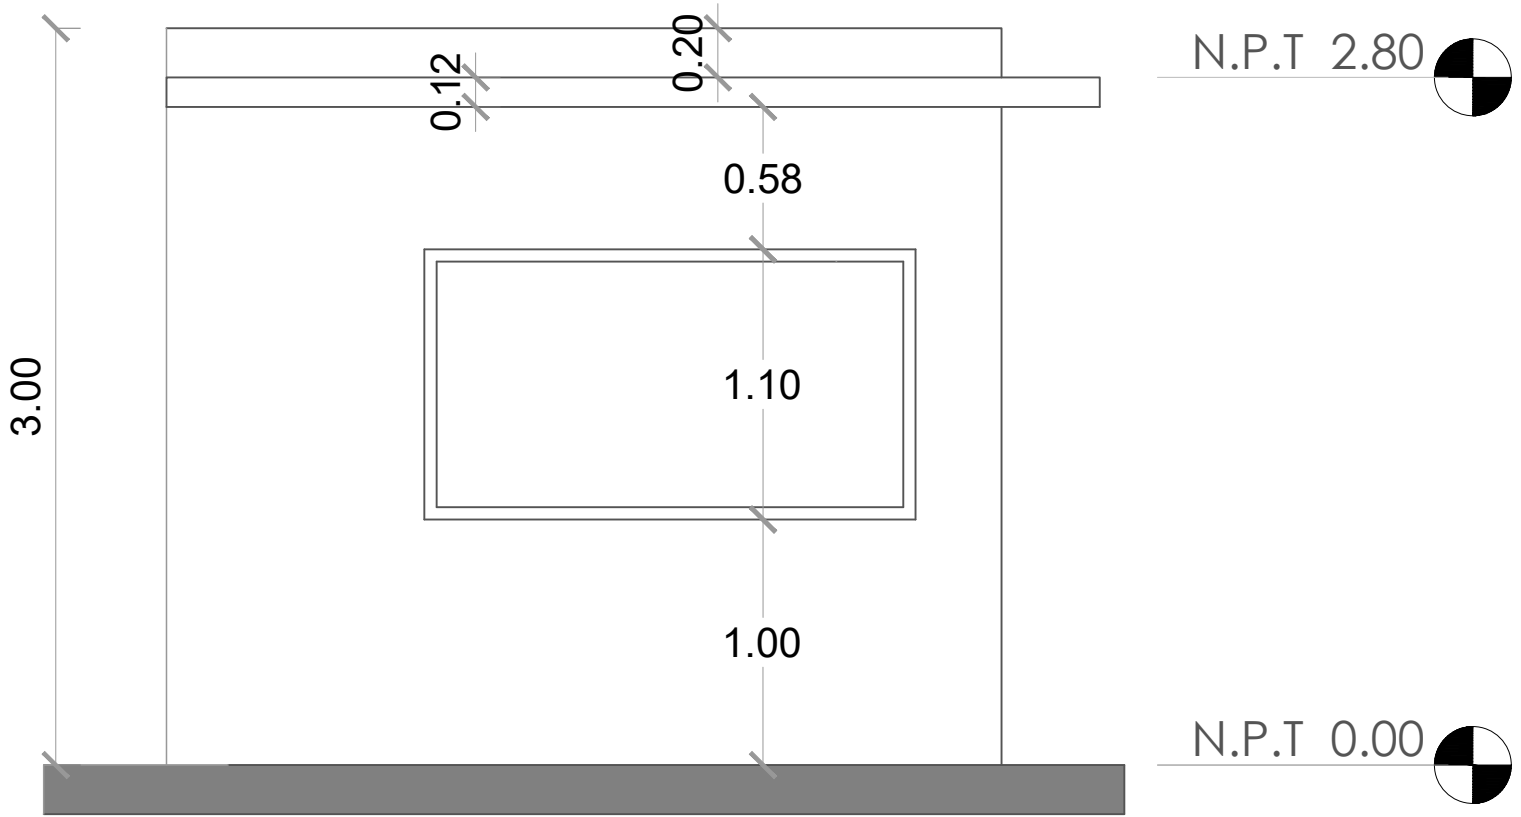

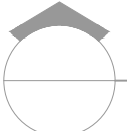 **ELEVACIÓN LATERAL IZQUIERDA**
ESC. 1:30

 **ELEVACIONES**
ESC. 1:30

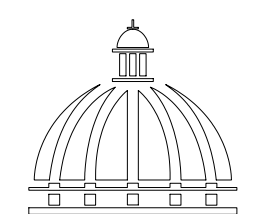

**GOBIERNO DE LA
REPÚBLICA DOMINICANA**

**DIRECCIÓN DE
DESARROLLO PROVINCIAL
DDP**

Ave. Dr. Delgado, Esq. Moises García,
Gazcue, Sto. Dgo., R.D.
TEL.: (809)-364-2189 | FAX.: (809)- 688-1665
E-Mail: info@cpadp.gob.do

PROYECTO:
**CONSTRUCCIÓN CLUB DEPORTIVO LAS
TARANAS**

MUNICIPIO VILLA RIVA, PROV. DUARTE
REPUBLICA DOMINICANA

- EQUIPO DE TRABAJO:
- DISEÑO ARQUITECTÓNICO**
ARQ. _____
codia 00000
- ENC. INGENIERÍA**
ING.FIORDALIZA BONIFACIO
codia 00000
- ESTRUCTURAL**
ING. _____
codia 00000
- ELÉCTRICO**
ING. JUAN PEREZ
codia 00000
- HIDRO-SANITARIO**
ING. FRANCIS ESTEVEZ
codia 00000

SELLO DE APROBACIÓN:



FECHA: _____

CONTENIDO:
ELEVACIONES

ESCALA: **1:30**


SEPTIEMBRE 2026

NO. PÁGINA:
022

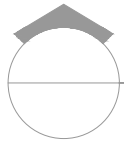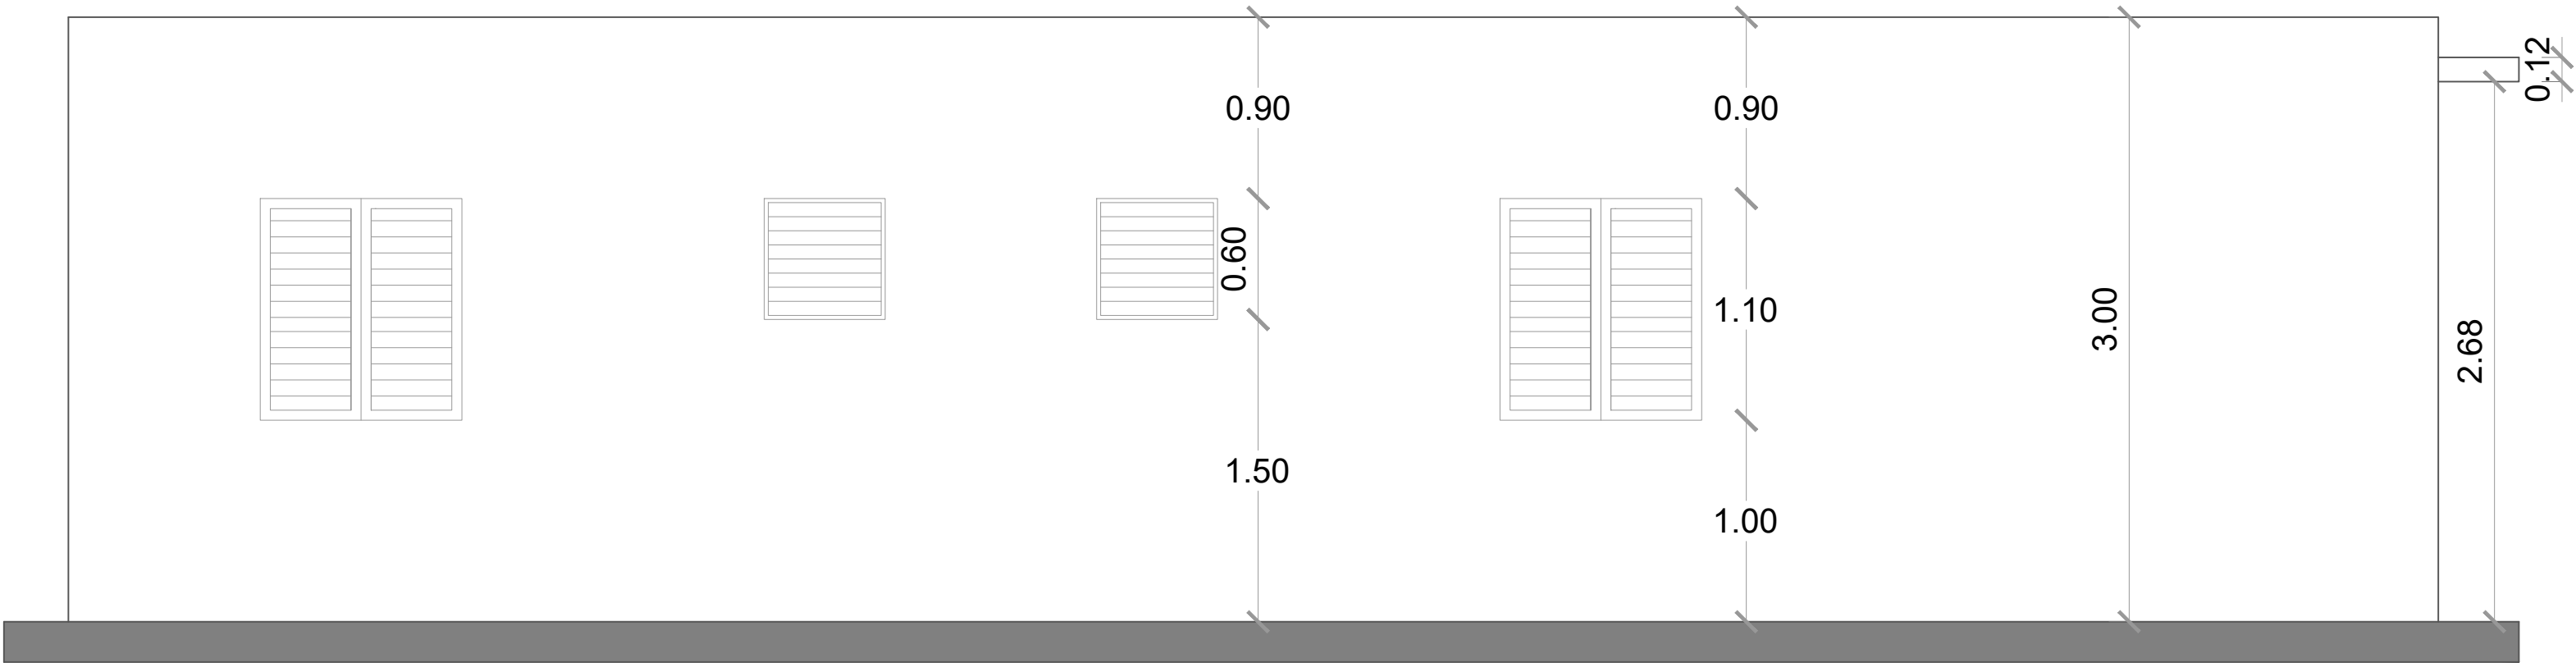


ELEVACIÓN POSTERIOR

ESC. 1:30

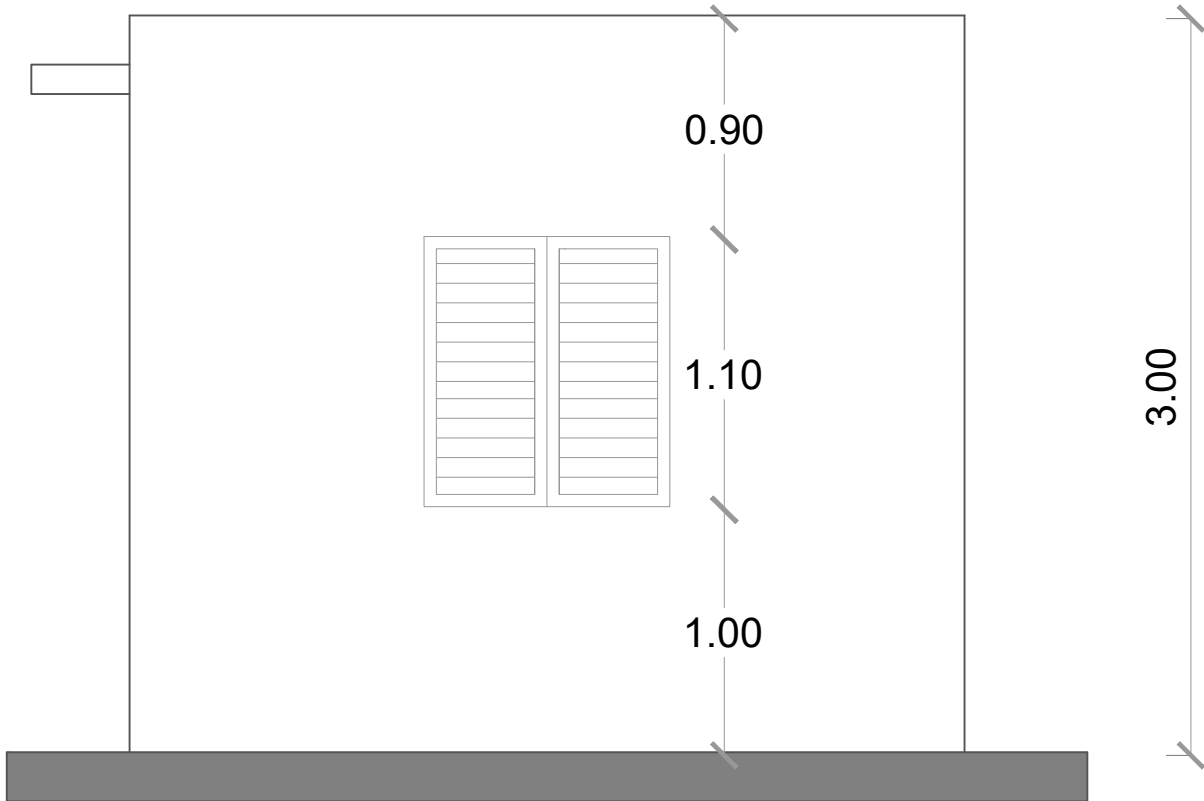


ELEVACIÓN LATERAL DERECHA

ESC. 1:30

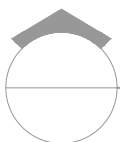

ELEVACIONES

ESC. 1:30

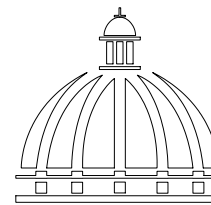

GOBIERNO DE LA
REPÚBLICA DOMINICANA

DIRECCIÓN DE
DESARROLLO PROVINCIAL
DDP

Ave. Dr. Delgado, Esq. Moises García,
Gazcue, Sto. Dgo., R.D.
TEL.: (809)-364-2189 | FAX.: (809)- 688-1665
E-Mail: info@cpadp.gob.do

PROYECTO:
**CONSTRUCCIÓN CLUB DEPORTIVO LAS
TARANAS**

MUNICIPIO VILLA RIVA, PROV. DUARTE
REPUBLICA DOMINICANA

EQUIPO DE TRABAJO:

DISEÑO ARQUITECTÓNICO
ARQ. _____
codia 00000

ENC. INGENIERÍA
ING.FIORDALIZA BONIFACIO
codia 00000

ESTRUCTURAL
ING. _____
codia 00000

ELÉCTRICO
ING. JUAN PEREZ
codia 00000

HIDRO-SANITARIO
ING. FRANCIS ESTEVEZ
codia 00000

SELLO DE APROBACIÓN:

FECHA: _____

CONTENIDO:


ELEVACIONES

ESCALA: **1:30**

SEPTIEMBRE 2026

NO. PÁGINA:

023

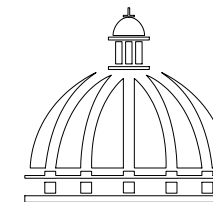

Gobierno de la
República Dominicana

DIRECCIÓN DE
DESARROLLO PROVINCIAL
DDP

Ave. Dr. Delgado, Esq. Moises García,
Gazcue, Sto. Dgo., R.D.
TEL.: (809)-364-2189 | FAX.: (809)- 688-1665
E-Mail: info@cpadp.gob.do

PROYECTO:
CONSTRUCCIÓN CLUB DEPORTIVO LAS
TARANAS

MUNICIPIO VILLA RIVA, PROV. DUARTE
REPUBLICA DOMINICANA

EQUIPO DE TRABAJO:

DISEÑO ARQUITECTÓNICO

ARQ.

codia 00000

ENC. INGENIERÍA

ING.FIORDALIZA BONIFACIO

codia 00000

ESTRUCTURAL

ING.

codia 00000

ELÉCTRICO

ING. JUAN PEREZ

codia 00000

HIDRO-SANITARIO

ING. FRANCIS ESTEVEZ

codia 00000

SELLO DE APROBACIÓN:

FECHA:

CONTENIDO:


SECCIÓN

ESCALA: 1:20

SEPTIEMBRE 2026

NO. PÁGINA:

024

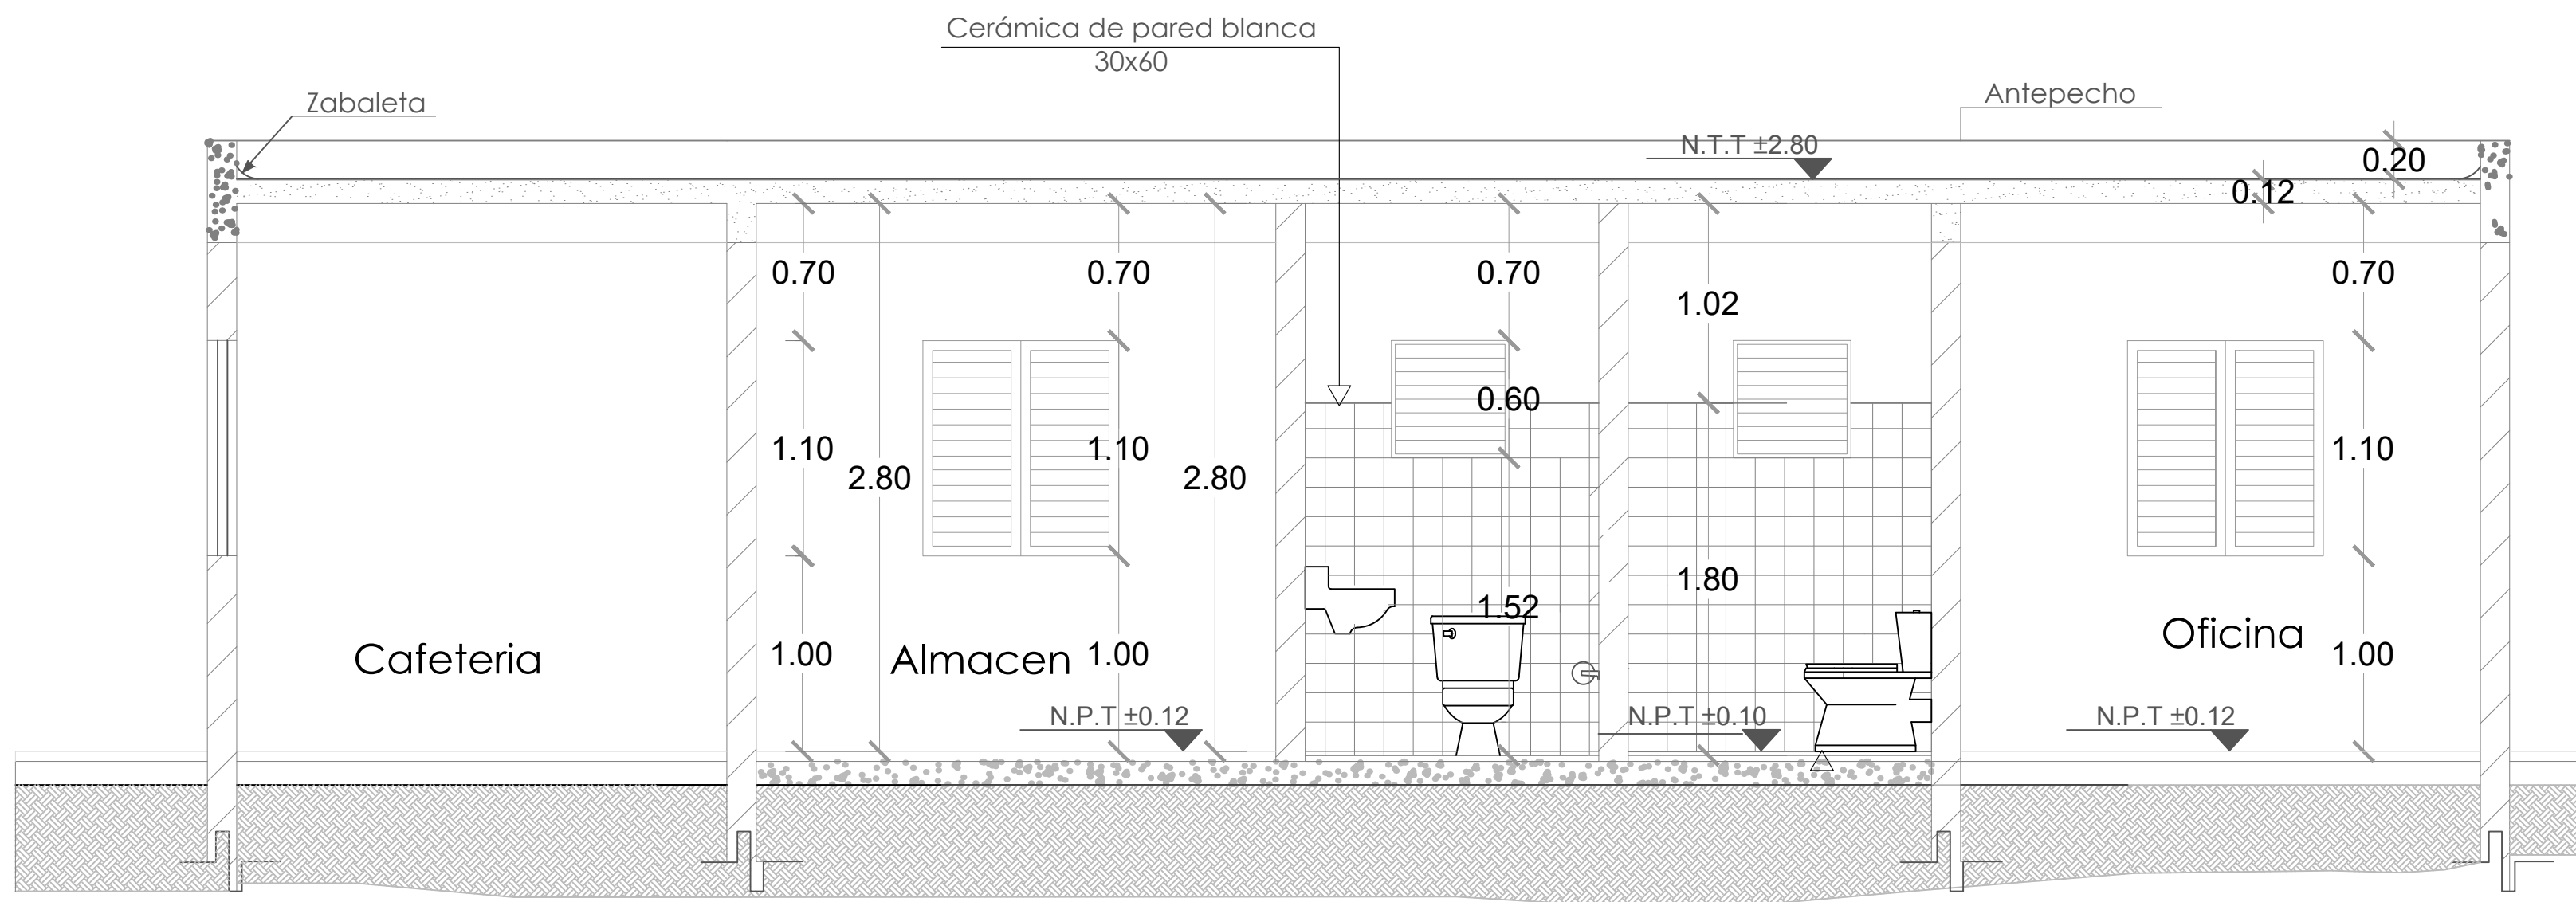

SECCIÓN A-A

ESC. 1:20

PROYECTO:
**CONSTRUCCIÓN CLUB DEPORTIVO LAS
TARANAS**

MUNICIPIO VILLA RIVA, PROV. DUARTE
REPUBLICA DOMINICANA

EQUIPO DE TRABAJO:

DISEÑO ARQUITECTÓNICO
ARQ. _____
codia 00000

ENC. INGENIERÍA
ING.FIORDALIZA BONIFACIO
codia 00000

ESTRUCTURAL
ING. _____
codia 00000

ELÉCTRICO
ING. JUAN PEREZ
codia 00000

HIDRO-SANITARIO
ING. FRANCIS ESTEVEZ
codia 00000

SELLO DE APROBACIÓN:

FECHA: _____


CONTENIDO:
PLANTA DE CIMIENTO

ESCALA: **1:30**


SEPTIEMBRE 2026

NO. PÁGINA:

025

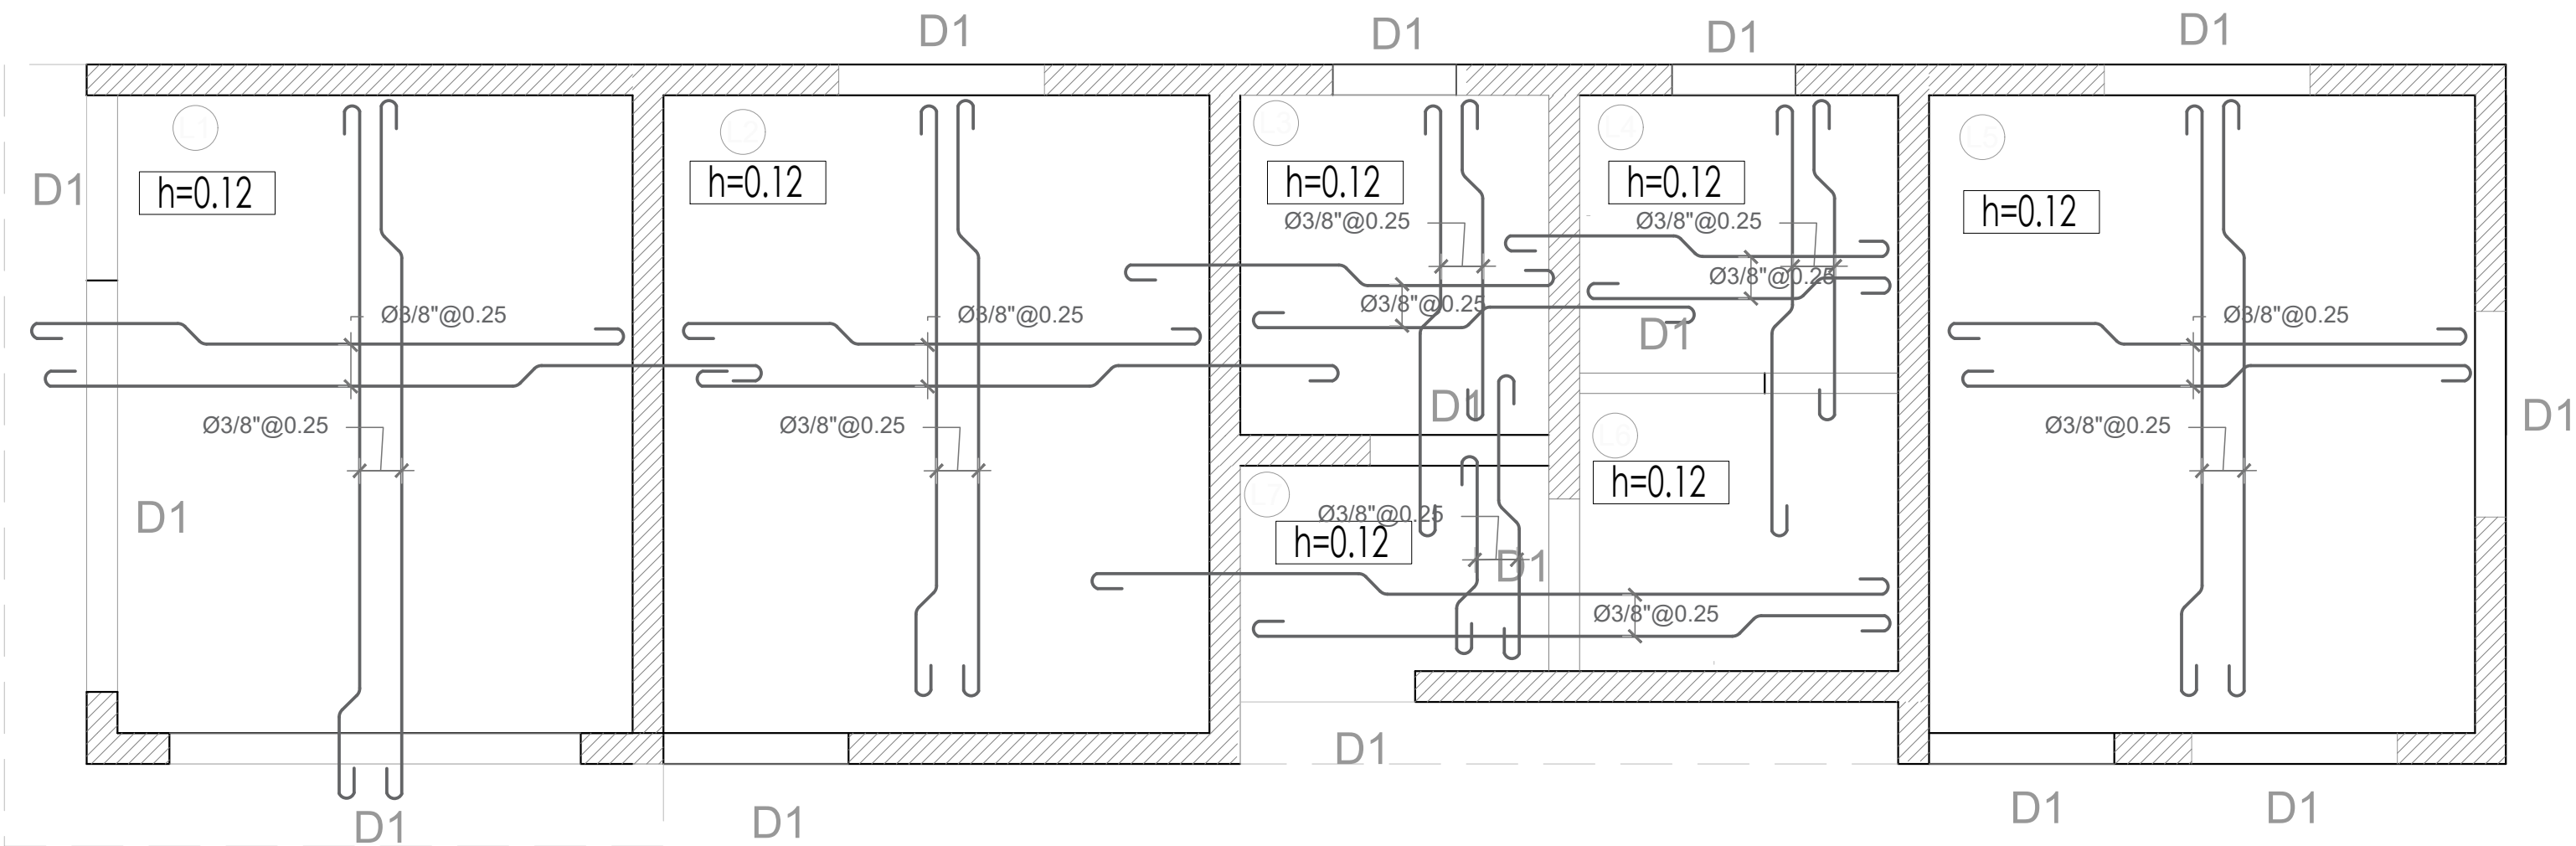

 **PLANTA DE CIMIENTO**
ESC. 1:30

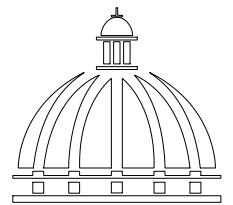

Gobierno de la
República Dominicana

DIRECCIÓN DE
DESARROLLO PROVINCIAL
DDP

Ave. Dr. Delgado, Esq. Moises García,
Gazcue, Sto. Dgo., R.D.
TEL.: (809)-364-2189 | FAX.: (809)- 688-1665
E-Mail: info@cpadp.gob.do

PROYECTO:
CONSTRUCCIÓN CLUB DEPORTIVO LAS
TARANAS

MUNICIPIO VILLA RIVA, PROV. DUARTE
REPUBLICA DOMINICANA

EQUIPO DE TRABAJO:

DISEÑO ARQUITECTÓNICO
ARQ. _____
codia 00000

ENC. INGENIERÍA
ING.FIORDALIZA BONIFACIO
codia 00000

ESTRUCTURAL
ING. _____
codia 00000

ELÉCTRICO
ING. JUAN PEREZ
codia 00000

HIDRO-SANITARIO
ING. FRANCIS ESTEVEZ
codia 00000

SELLO DE APROBACIÓN:

FECHA: _____



CONTENIDO:
DETALLES ESTRUCTURALES

ESCALA: 1:20



SEPTIEMBRE 2026

NO. PÁGINA:

026

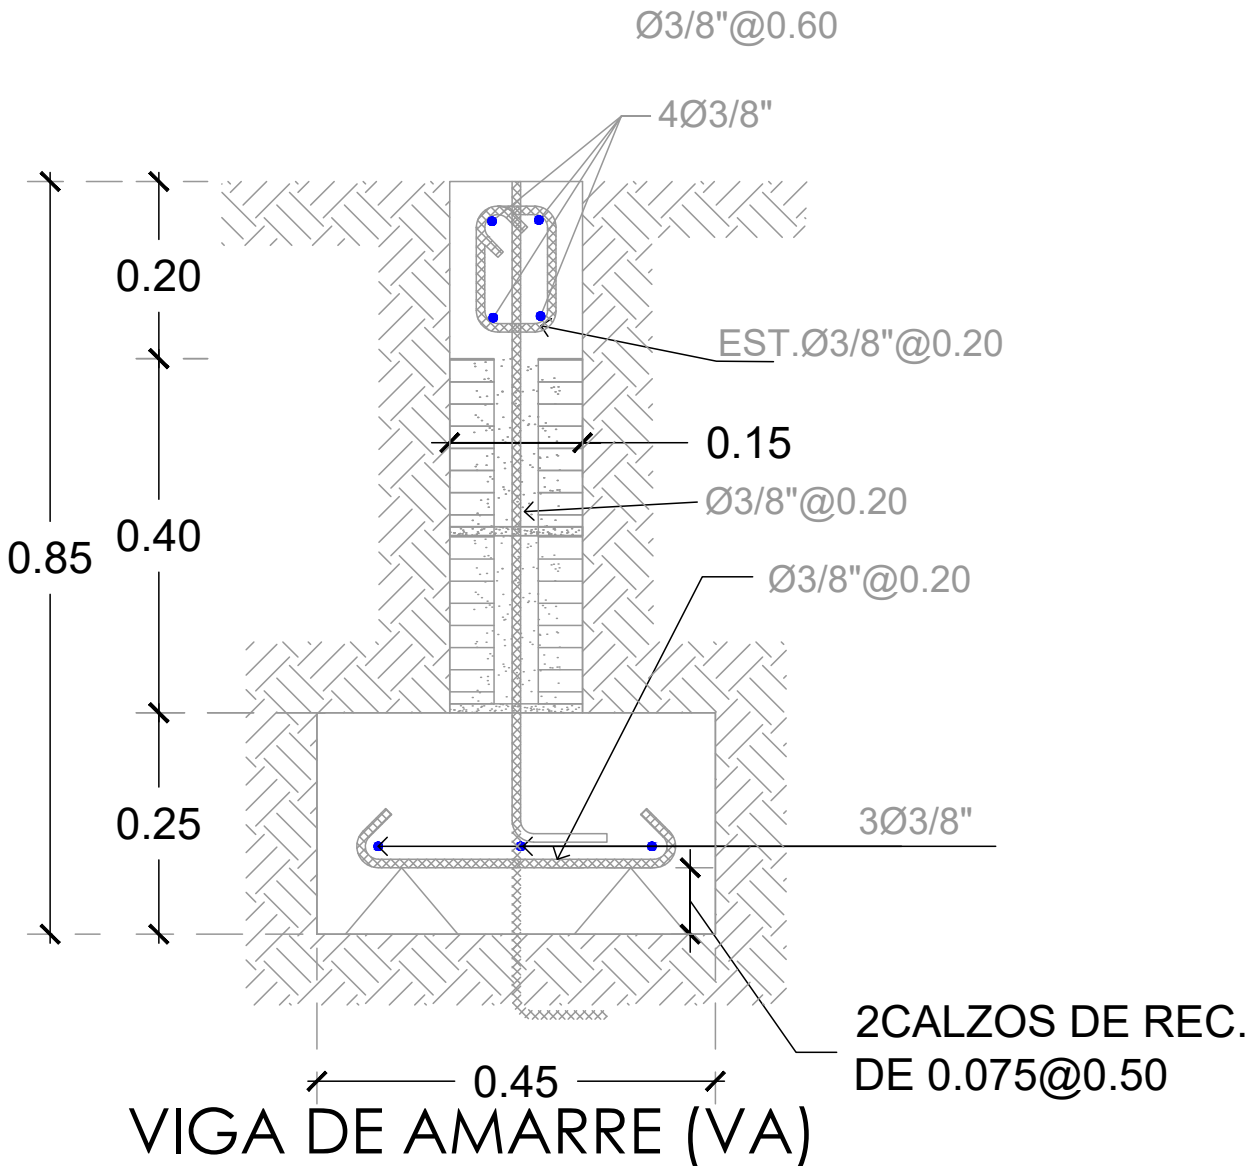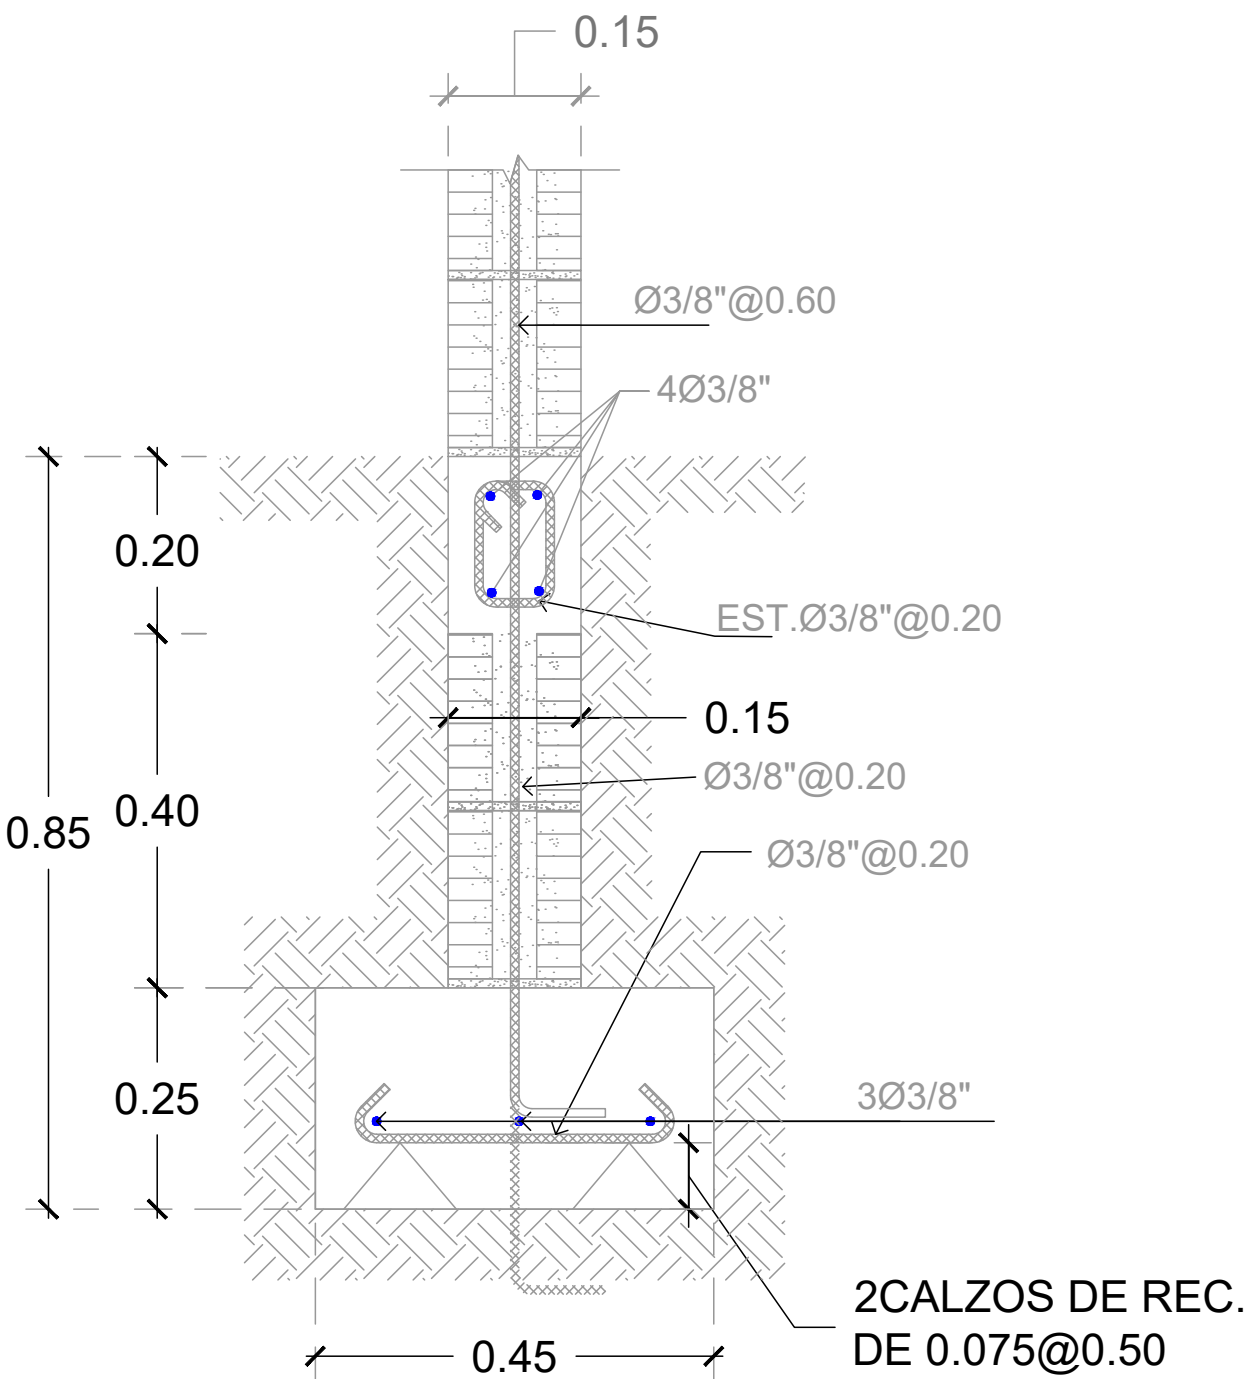

Zapata de Muro de 15"

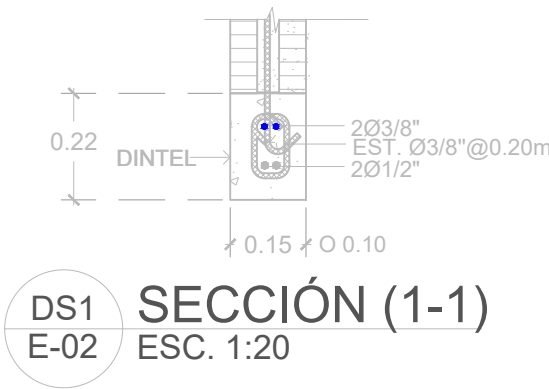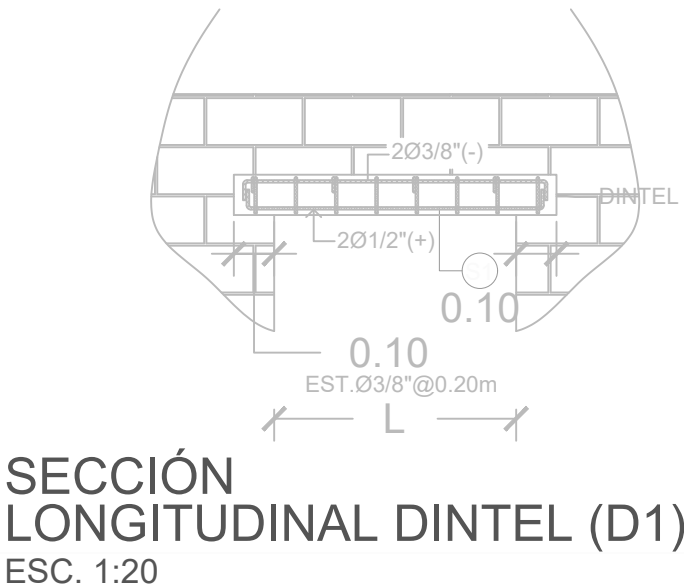

PROYECTO:
**CONSTRUCCIÓN CLUB DEPORTIVO LAS
TARANAS**

MUNICIPIO VILLA RIVA, PROV. DUARTE
REPUBLICA DOMINICANA

- EQUIPO DE TRABAJO:
- DISEÑO ARQUITECTÓNICO**
ARQ. _____
codia 00000

ENC. INGENIERÍA
ING.FIORDALIZA BONIFACIO
codia 00000

ESTRUCTURAL
ING. _____
codia 00000

ELÉCTRICO
ING. JUAN PEREZ
codia 00000

HIDRO-SANITARIO
ING. FRANCIS ESTEVEZ
codia 00000

SELLO DE APROBACIÓN:


FECHA: _____

CONTENIDO:
**PLANTA DE INST. SANITARIA DE
AGUA POTABLE**

ESCALA: **1:20**

SEPTIEMBRE 2026

NO. PÁGINA:

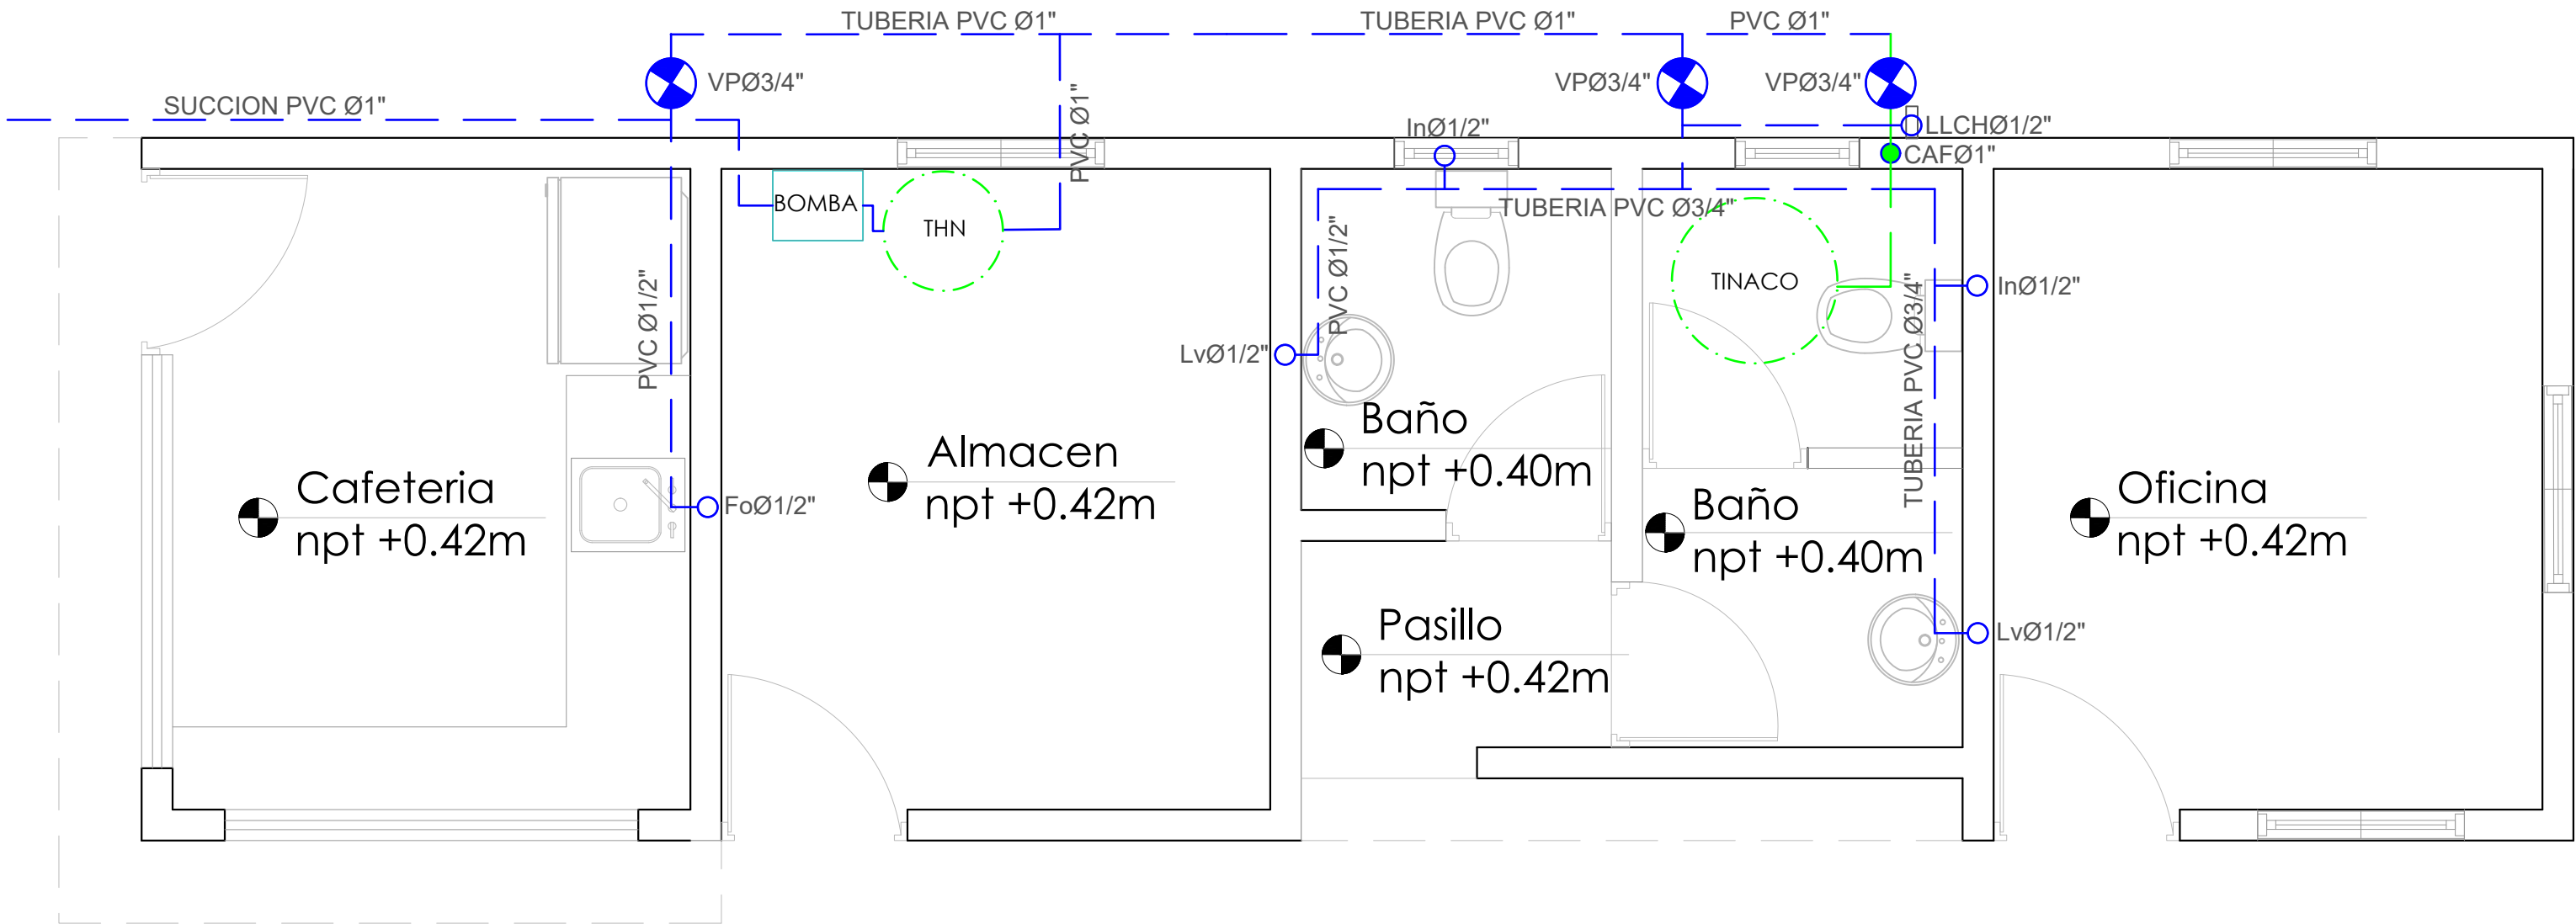

 **PLANTA INST. SANITARIA DE AGUA POTABLE**
ESC. 1:20

LEYENDA SANITARIA		
Io		INODORO
Lo		LAVAMANOS
Fo		FREGADERO
Du		DUCHA
Dp		DESAGUE DE PISO
Cl		CALENTADOR ELÉCTRICO
Vp		VALVULA DE PASO
C.I.		CAJA DE INSPECCIÓN
T.G.		TRAMPA DE GRASA
VØ2"		COLUMNA DE VENTILACIÓN
BD		BAJANTE DESCARGA
S.		PENDIENTE EN %
		TUBERIA AGUAS POTABLE FRIA
		TUBERIA AGUAS NEGRAS
CF		COLUMNA DE AGUA FRIA

PROYECTO:
**CONSTRUCCIÓN CLUB DEPORTIVO LAS
TARANAS**

MUNICIPIO VILLA RIVA, PROV. DUARTE
REPUBLICA DOMINICANA

EQUIPO DE TRABAJO:

DISEÑO ARQUITECTÓNICO
ARQ. _____
codia 00000 _____

ENC. INGENIERÍA
ING.FIORDALIZA BONIFACIO
codia 00000 _____

ESTRUCTURAL
ING. _____
codia 00000 _____

ELÉCTRICO
ING. JUAN PEREZ
codia 00000 _____

HIDRO-SANITARIO
ING. FRANCIS ESTEVEZ
codia 00000 _____

SELLO DE APROBACIÓN:

FECHA: _____


CONTENIDO:
**PLANTA DE INST. SANITARIAS DE
AGUA RESIDUALES**

ESCALA: **1:50**


SEPTIEMBRE 2026

NO. PÁGINA:


028

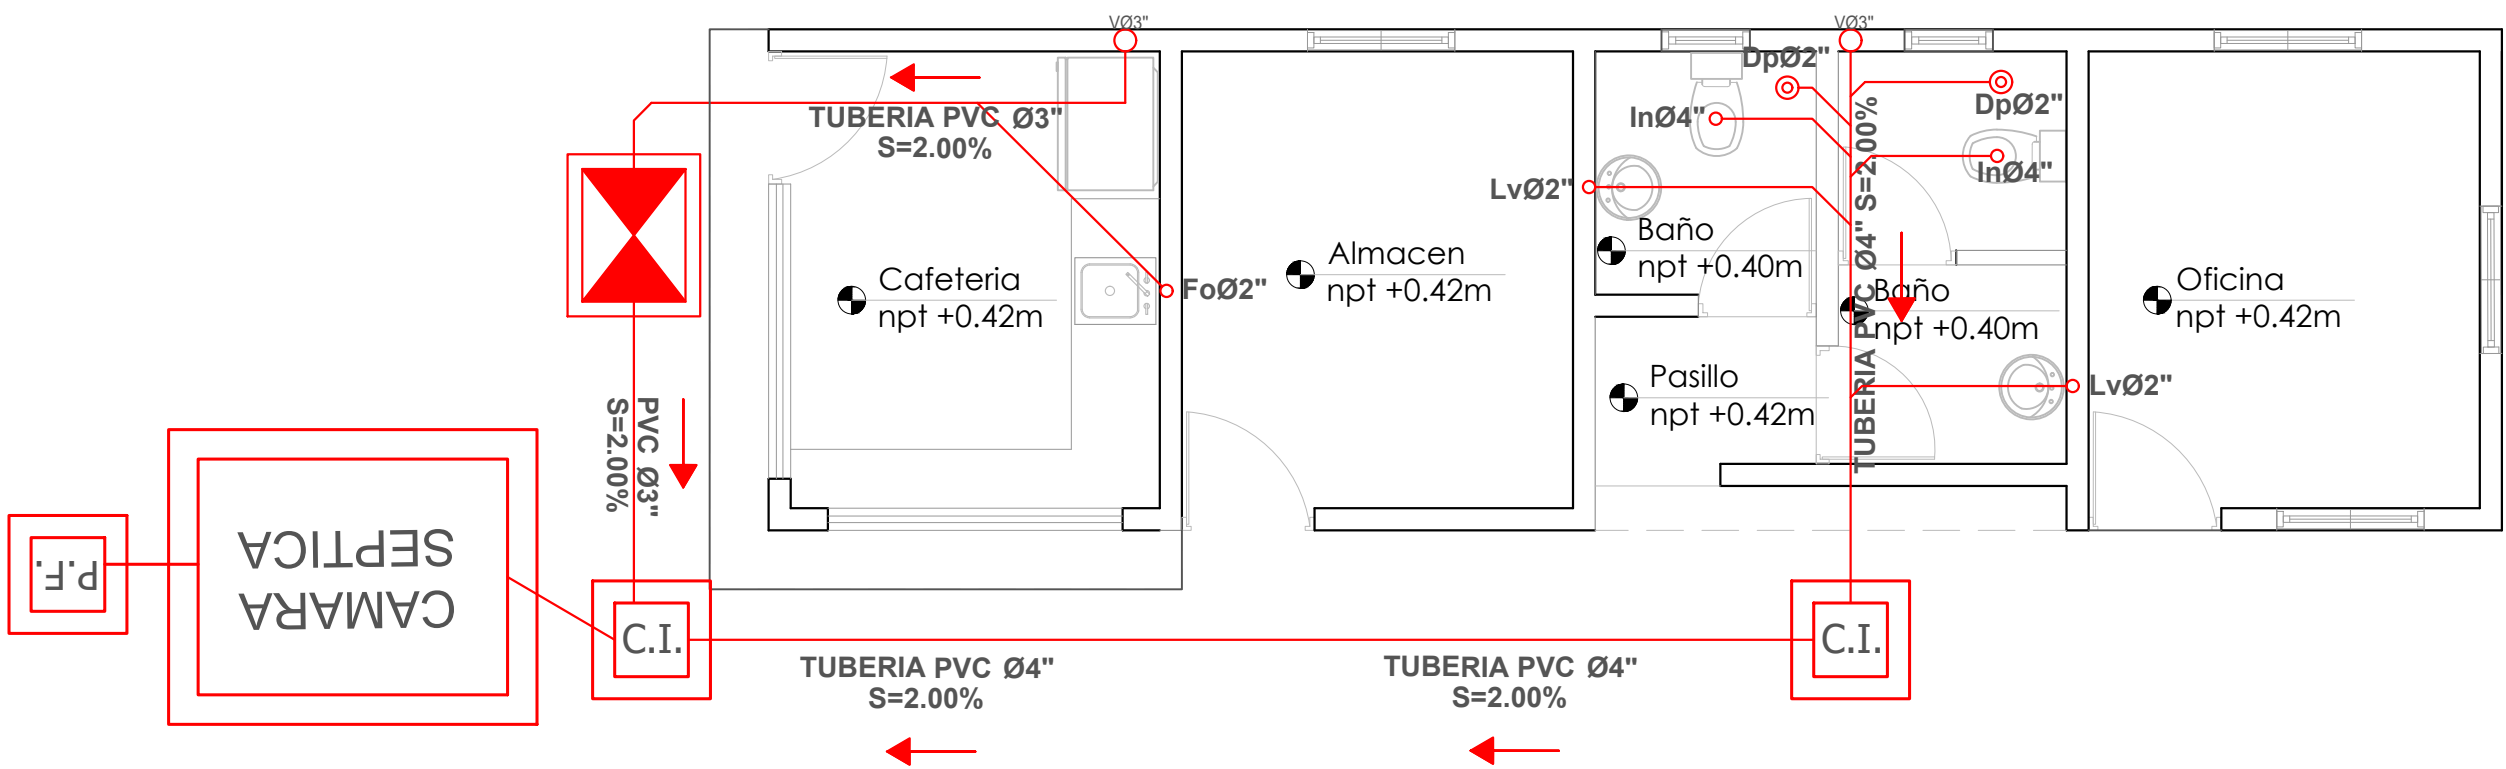

LEYENDA SANITARIA		
Io		INODORO
Lo		LAVAMANOS
Fo		FREGADERO
DU		DUCHA
Dp		DESAGUE DE PISO
CL		CALENTADOR ELÉCTRICO
Vp		VALVULA DE PASO
C.I.		CAJA DE INSPECCIÓN
T.G.		TRAMPA DE GRASA
VØ2"		COLUMNA DE VENTILACIÓN
BD		BAJANTE DESCARGA
S.		PENDIENTE EN %
		TUBERIA AGUAS POTABLE FRIA
		TUBERIA AGUAS NEGRAS
CF		COLUMNA DE AGUA FRIA

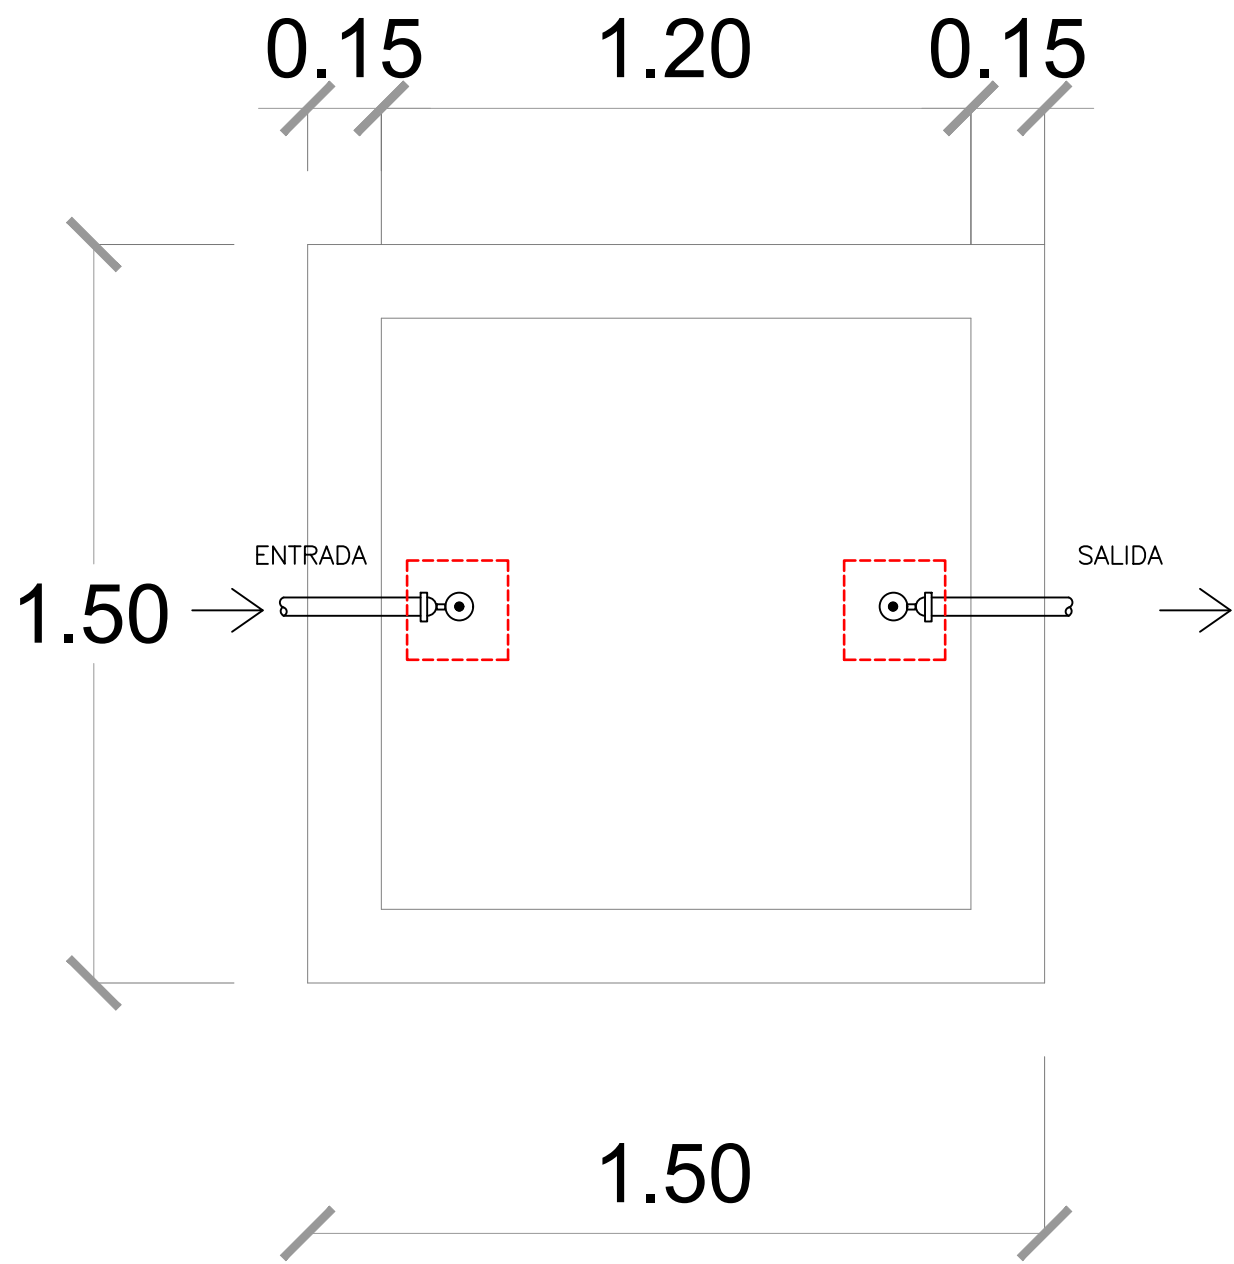


 PLANTA DE SEPTICO
ESC. 1:15

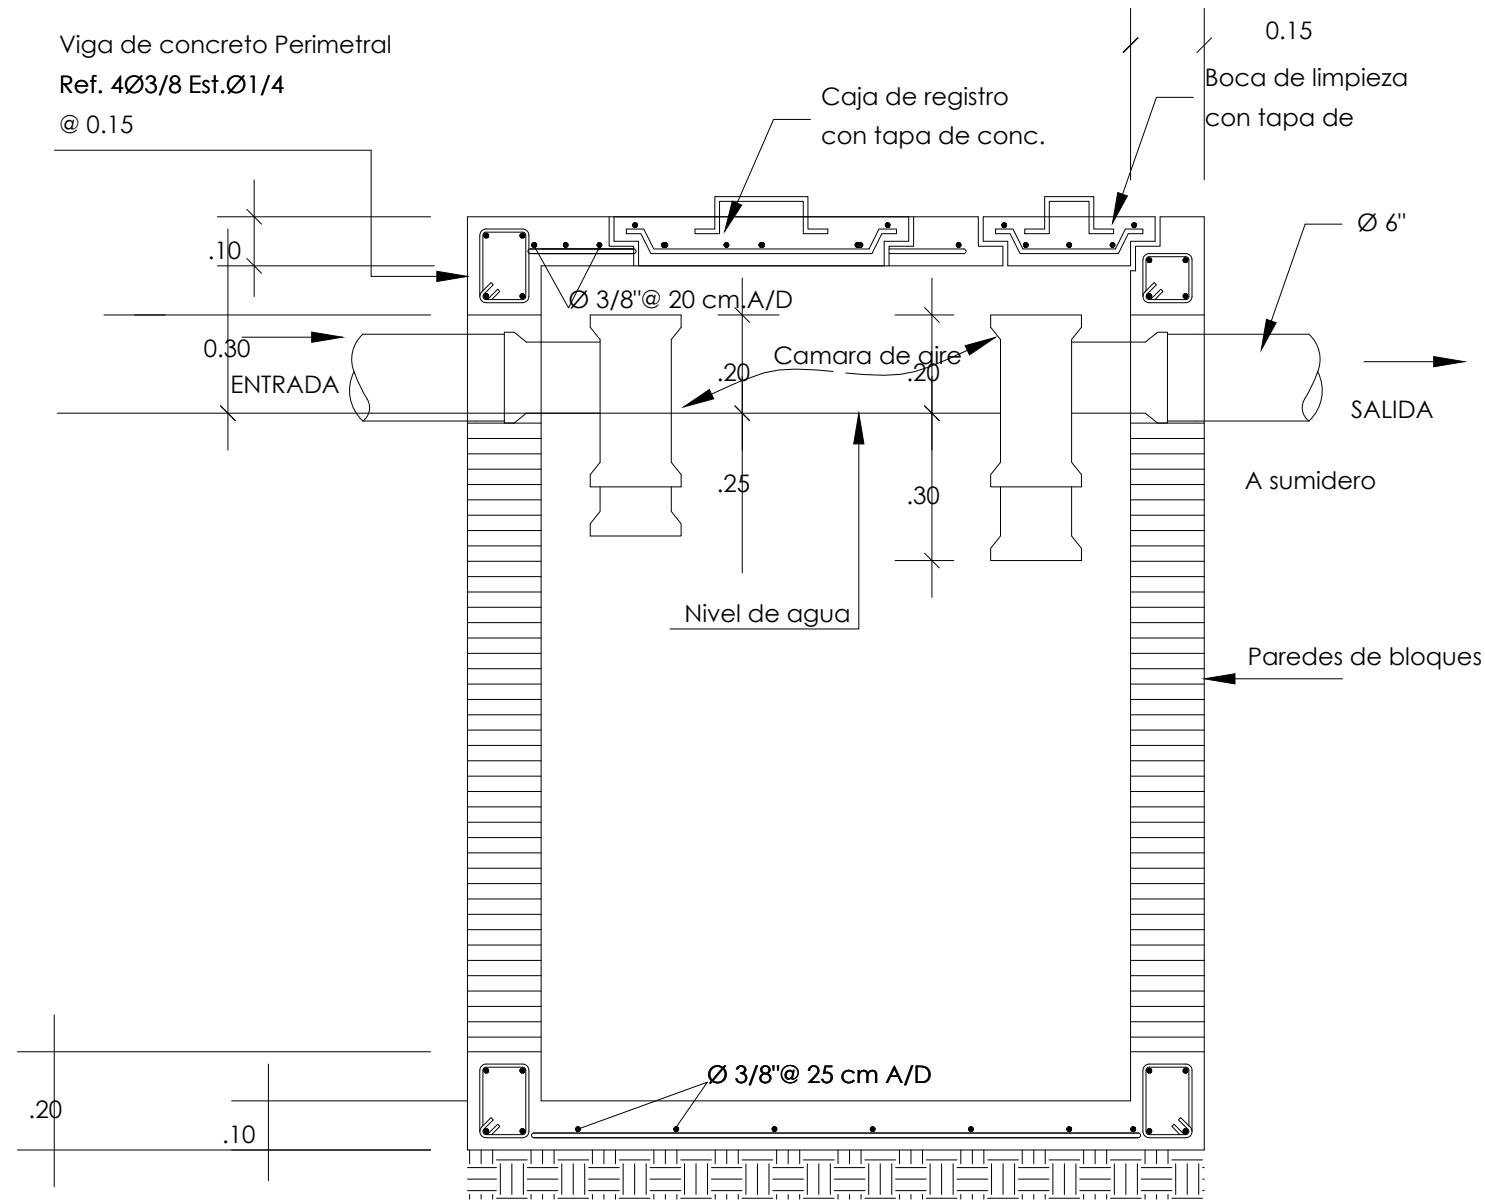

 SECCIÓN DE SEPTICO
ESC. 1:15

 DETALLE SANITARIO
ESC. 1:15

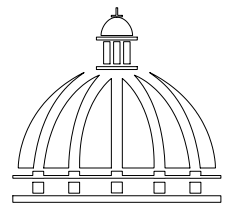

GOBIERNO DE LA
REPÚBLICA DOMINICANA

DIRECCIÓN DE
DESARROLLO PROVINCIAL
DDP

Ave. Dr. Delgado, Esq. Moises García,
Gazcue, Sto. Dgo., R.D.
TEL.: (809)-364-2189 | FAX.: (809)- 688-1665
E-Mail: info@cpadp.gob.do

PROYECTO:
**CONSTRUCCIÓN CLUB DEPORTIVO LAS
TARANAS**

MUNICIPIO VILLA RIVA, PROV. DUARTE
REPUBLICA DOMINICANA

EQUIPO DE TRABAJO:

DISEÑO ARQUITECTÓNICO
ARQ.

codia 00000

ENC. INGENIERÍA
ING.FIORDALIZA BONIFACIO
codia 00000

ESTRUCTURAL
ING.

codia 00000

ELÉCTRICO

ING. JUAN PEREZ
codia 00000

HIDRO-SANITARIO

ING. FRANCIS ESTEVEZ
codia 00000

SELLO DE APROBACIÓN:

FECHA:

CONTENIDO:

DETALLE SANITARIO

ESCALA:

1:15

SEPTIEMBRE 2026

NO. PÁGINA:

029

PANEL: PA			4 CONDUCTORES								ESPACIOS: 24		
LUGAR: ALMACEN			SIMILAR: GE CAT: THL 24420								TENSIÓN: 120/240 VOLTS		
FASE: 2			INTERRUPTOR PRINCIPAL 60/2 AMP TIPO					BREAKERS TIPO: THQC		BARRAS: 75 AMP			
KVA	DESCRIPCIÓN	DUCT.	CAL	BKR	NO.	A	B	NO.	BKR	CAL	DUCT.	DESCRIPCIÓN	KVA
0.50	LUZ COLGANTES	1/2"	2 #12	20	1			2	20	2 #12	1/2"	LUCES COLGANTE	0.50
0.50	" "	1/2"	2 #12	20	3			4	20	2 #12	1/2"	" "	0.50
0.50	" "	1/2"	2 #12	20	5			6	20	2 #12	1/2"	" "	0.40
0.40	" "	1/2"	2 #12	20	7			8	20	2 #12 1 #12	1/2"	" "	0.30
0.30	TOMTE. PIZARRA	1/2"	2 #12 1 #12	20	9			10	20	2 #12 1 #12	1/2"	TOMTE. PIZARRA	0.30
0.30	ABANICO TECHO	1/2"	2 #12 1 #12	20	11			12	20	2 #10 1 #12	3/4"	ABANICO TECHO	0.75
1.20	LUCES EXTERIOR	3/4"	2 #10 1 #12	20	13			14	20	2 #12 1 #12	1/2"	LUCES EXTERIOR	1.00
					15					2 #12 1 #12	1/2"	LUCES Of. BAÑO	0.60
												TOMTE. 120V	
CARGA CONECTADA: 8.05 KVA			DEMANDA MAXIMA: 8.05 KVA			ALIMENTADOR:							
ILUMINACIÓN: 6.25 KVA			CARGA DE DISEÑO: 6.44 KVA			2 THW CAL. NO. 6							
TOMACORRIENTE: 1.20 KVA			CORRIENTE DE DISEÑO: 26.83 AMP			1 THW CAL. NO. 8							
OTROS: 0.60 KVA			FACTOR DE DEMANDA: 80 %			1 THW CAL. NO. 8							
FASE A: 4.70 KVA			CARGA RESERVA: 1.61 KVA			DUCTO DIAM: 1" TIPO: PVC							
FASE B: 3.35 KVA			NEUTRO: 26.83 AMP										

PROYECTO:
**CONSTRUCCIÓN CLUB DEPORTIVO LAS
TARANAS**

MUNICIPIO VILLA RIVA, PROV. DUARTE
REPUBLICA DOMINICANA

EQUIPO DE TRABAJO:

DISEÑO ARQUITECTÓNICO
ARQ. _____
codia 00000 _____

ENC. INGENIERÍA
ING.FIORDALIZA BONIFACIO
codia 00000 _____

ESTRUCTURAL
ING. _____
codia 00000 _____

ELÉCTRICO
ING. JUAN PEREZ
codia 00000 _____

HIDRO-SANITARIO
ING. FRANCIS ESTEVEZ
codia 00000 _____

SELLO DE APROBACIÓN:

FECHA: _____

CONTENIDO:

DETALLES ELÉCTRICOS

ESCALA:

1:40

SEPTIEMBRE 2026

NO. PÁGINA:

030

PUNTO DE INTERCONEXION

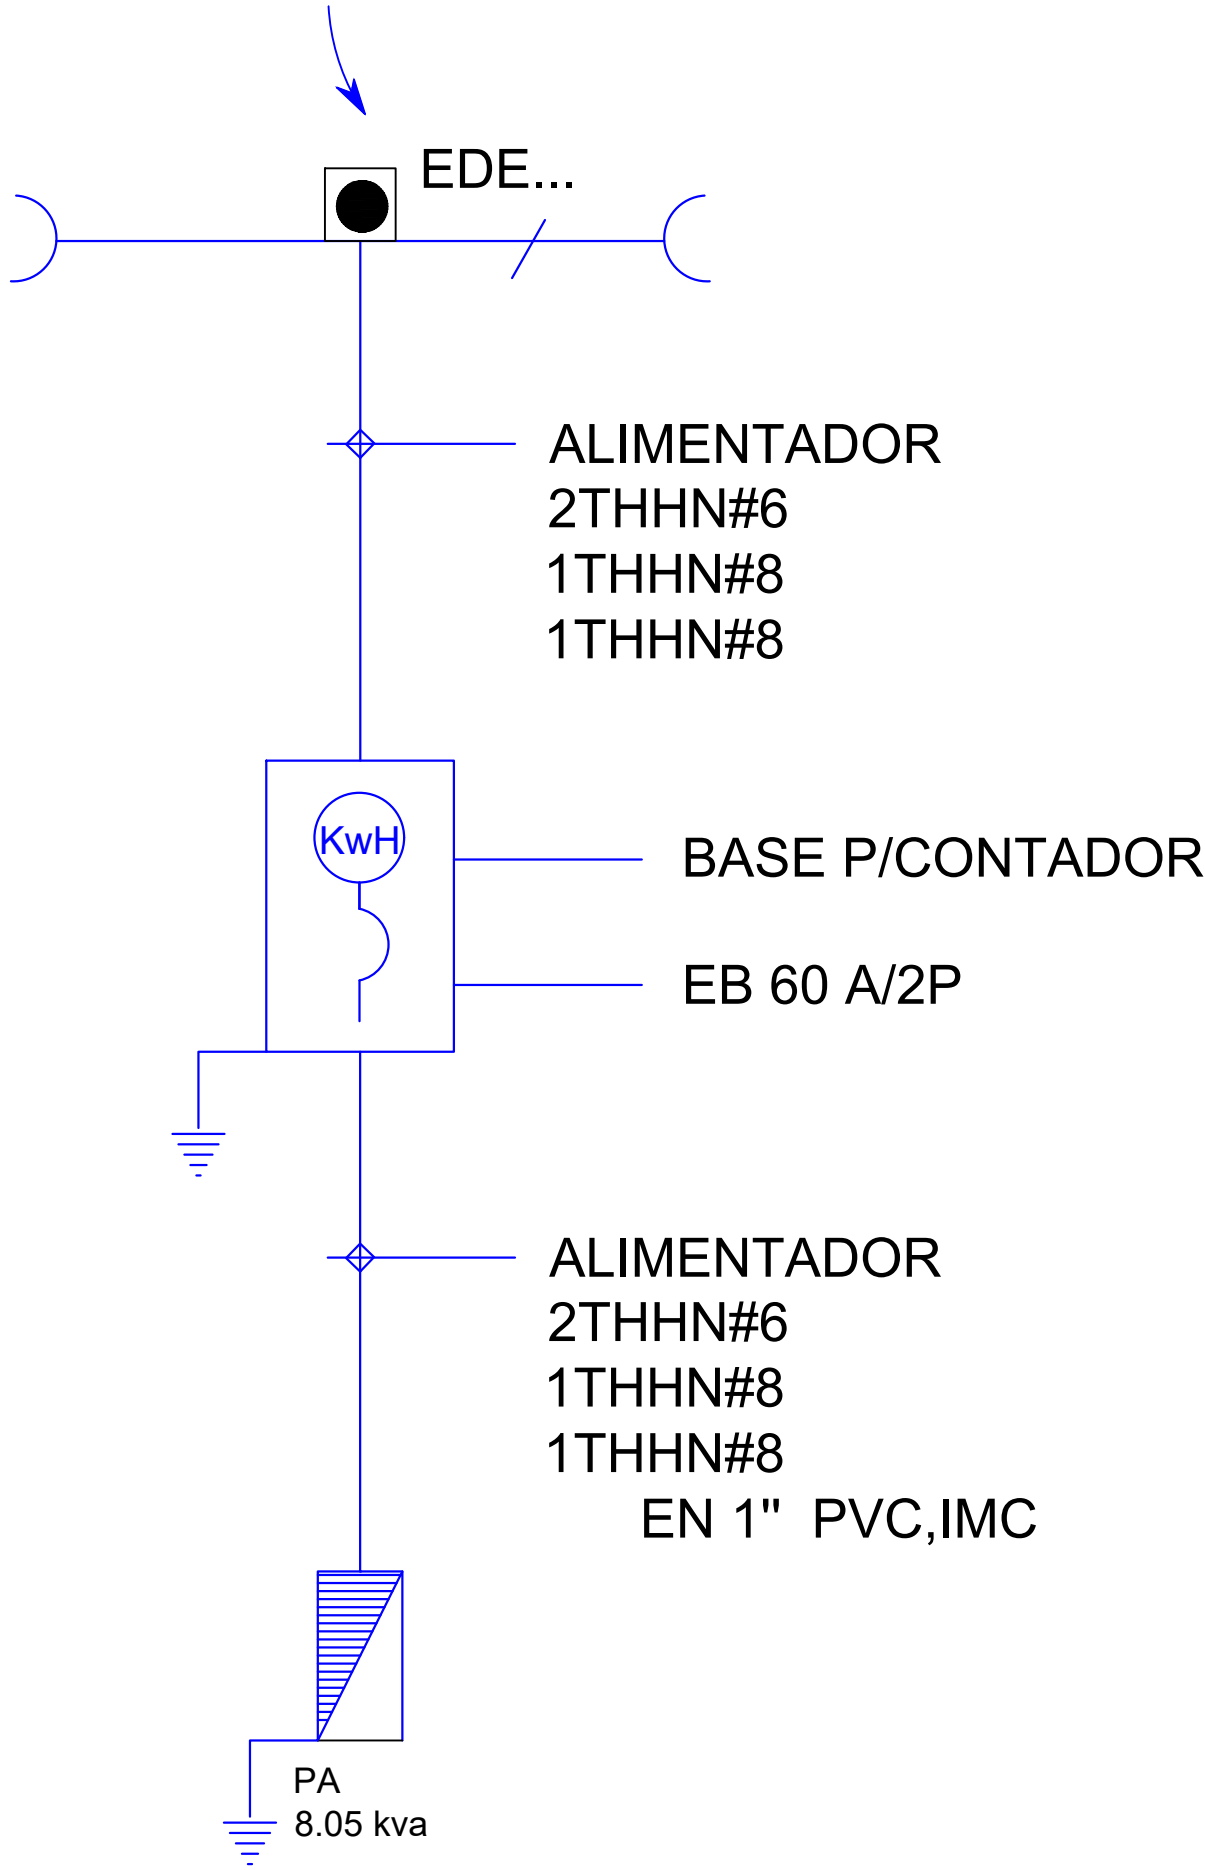


DIAGRAMA UNIFILAR
ESC. N/E

PROYECTO:
**CONSTRUCCIÓN CLUB DEPORTIVO LAS
TARANAS**

MUNICIPIO VILLA RIVA, PROV. DUARTE
REPUBLICA DOMINICANA

EQUIPO DE TRABAJO:

DISEÑO ARQUITECTÓNICO
ARQ.
codia 00000

ENC. INGENIERÍA
ING.FIORDALIZA BONIFACIO
codia 00000

ESTRUCTURAL
ING.
codia 00000

ELÉCTRICO
ING. JUAN PEREZ
codia 00000

HIDRO-SANITARIO
ING. FRANCIS ESTEVEZ
codia 00000

SELLO DE APROBACIÓN:

FECHA:

CONTENIDO:

DETALLES ELÉCTRICOS


ESCALA:

1:40

SEPTIEMBRE 2026

NO. PÁGINA:

031

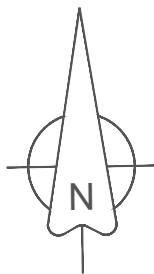

PROYECTO:
**CONSTRUCCIÓN CLUB DEPORTIVO LAS
TARANAS**

MUNICIPIO VILLA RIVA, PROV. DUARTE
REPUBLICA DOMINICANA

EQUIPO DE TRABAJO:

DISEÑO ARQUITECTÓNICO
ARQ. _____
codia 00000

ENC. INGENIERÍA
ING.FIORDALIZA BONIFACIO
codia 00000

ESTRUCTURAL
ING. _____
codia 00000

ELÉCTRICO
ING. JUAN PEREZ
codia 00000

HIDRO-SANITARIO
ING. FRANCIS ESTEVEZ
codia 00000

SELLO DE APROBACIÓN:


FECHA: _____

CONTENIDO:
**PLANTA ELECTRICA
DE CONJUNTO**

ESCALA:
1:500

SEPTIEMBRE 2026

NO. PÁGINA:
032

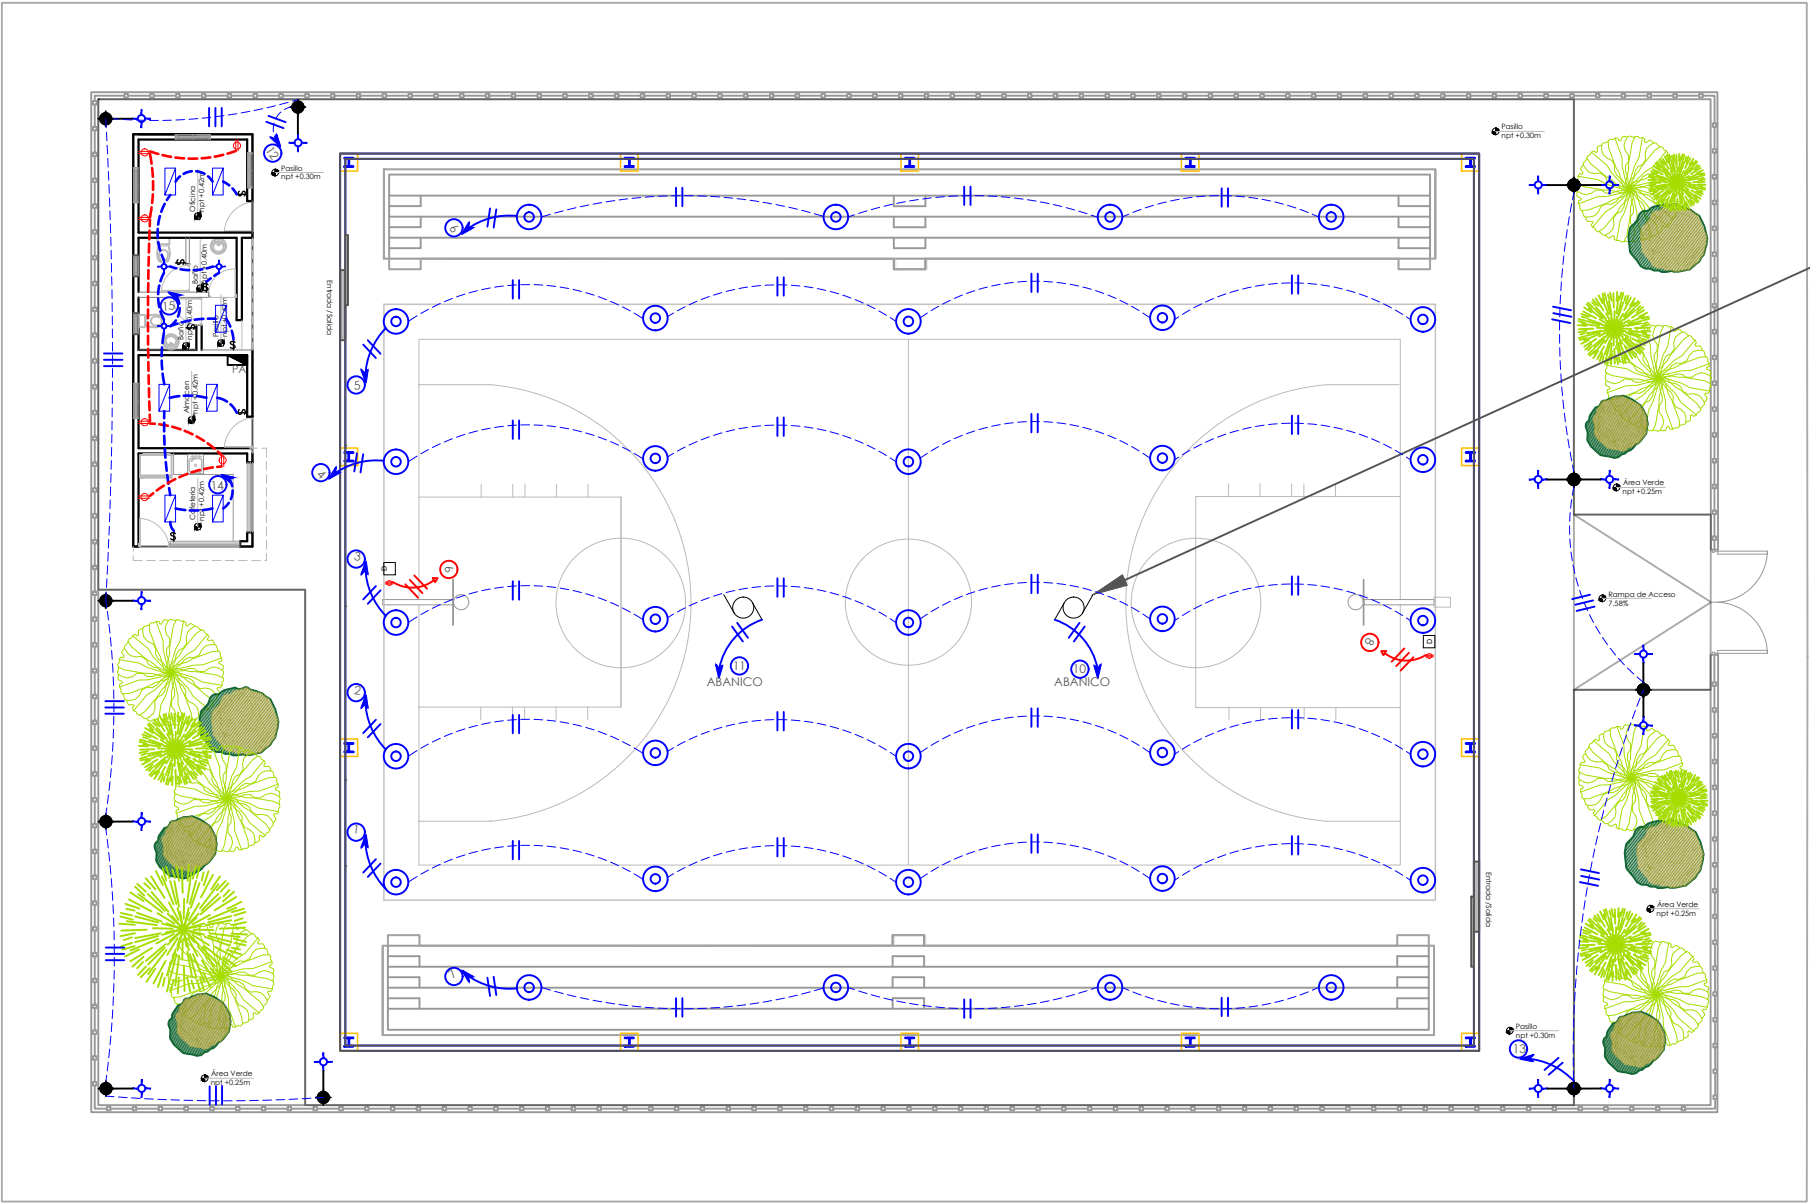

ABANICOS DE TECHO INDUSTRIAL HVLS 18",
6 ASPAS, 402.650 CFM, CUBRE 1/400
M3/MIN.
120V, 60HZ, MONOFÁSICO, 120W,
SÚPER SILENCIOSO.

 **CABLE DE GOMA Y
ACERO**

 **LAMPARASGOLGANTES
100W, LED, 120V**

PRESUPUESTO ELÉCTRICO		
TIPO	DESCRIPCIÓN	CANT. (UD)
	Lámpara colgante	33
	DATA	2
	Interruptores sencillo, 15A, 120V	7
	Toma Corriente 120V, Doble, 20A	6
	Fotocelda LED, tipo cabeza de cabra, 150 W Poste 4" x 4" x 20, HH, 7 UNIDADES	14
	Panel de BREAKERS	1
	ABANICOS DE TECHO INDUSTRIAL HVLS 18" 6 ASPAS	2

DETALLE DE LUMINARIA

LAMPARAS LED HIGH BAY 150W 120-277V 3000K 6000K

Modelo: LUM-150W-HB-3000K-6000K

Material: Aluminio

Color: Blanco

Alto: 150mm

Ancho: 150mm

Profundidad: 150mm

Peso: 1.5kg

Temperatura de funcionamiento: 0°C a 40°C

Temperatura de almacenamiento: -20°C a 60°C

Humedad relativa: 0% a 95%

Presión atmosférica: 900 hPa a 1060 hPa

Alimentación: 120V-277V AC

Consumo: 150W

Flujo luminoso: 15000 lm

Índice de reproducción de color: >90


Plano de distribución

CABLE DE ACERO 1/2" x 1/2"

CHUBA METALICA


LÁMPARA COLGANTE 150W, 120V


SÍMBOLO

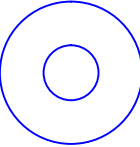

33

*NOTA: ESTOS PLANOS PUEDEN SER MODIFICADOS Y/O ADECUADOS EN CAMPO.

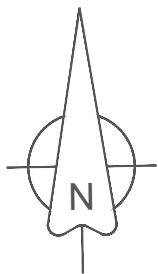

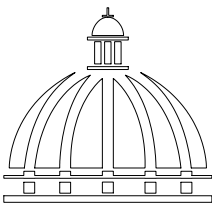

**GOBIERNO DE LA
REPÚBLICA DOMINICANA**

**DIRECCIÓN DE
DESARROLLO PROVINCIAL
DDP**

Ave. Dr. Delgado, Esq. Moises García,
Gazcue, Sto. Dgo., R.D.
TEL.: (809)-364-2189 | FAX.: (809)- 688-1665
E-Mail: info@cpadp.gob.do

PROYECTO:
**CONSTRUCCIÓN CLUB DEPORTIVO LAS
TARANAS**

MUNICIPIO VILLA RIVA, PROV. DUARTE
REPUBLICA DOMINICANA

- EQUIPO DE TRABAJO:
- DISEÑO ARQUITECTÓNICO**
ARQ. _____
codia 00000

ENC. INGENIERÍA
ING.FIORDALIZA BONIFACIO
codia 00000

ESTRUCTURAL
ING. _____
codia 00000

ELÉCTRICO
ING. JUAN PEREZ
codia 00000

HIDRO-SANITARIO
ING. FRANCIS ESTEVEZ
codia 00000

SELLO DE APROBACIÓN:

FECHA: _____


CONTENIDO:
**PLANTA SANITARIA
POTABLE**


ESCALA:
1:500


SEPTIEMBRE 2026

NO. PÁGINA:

033

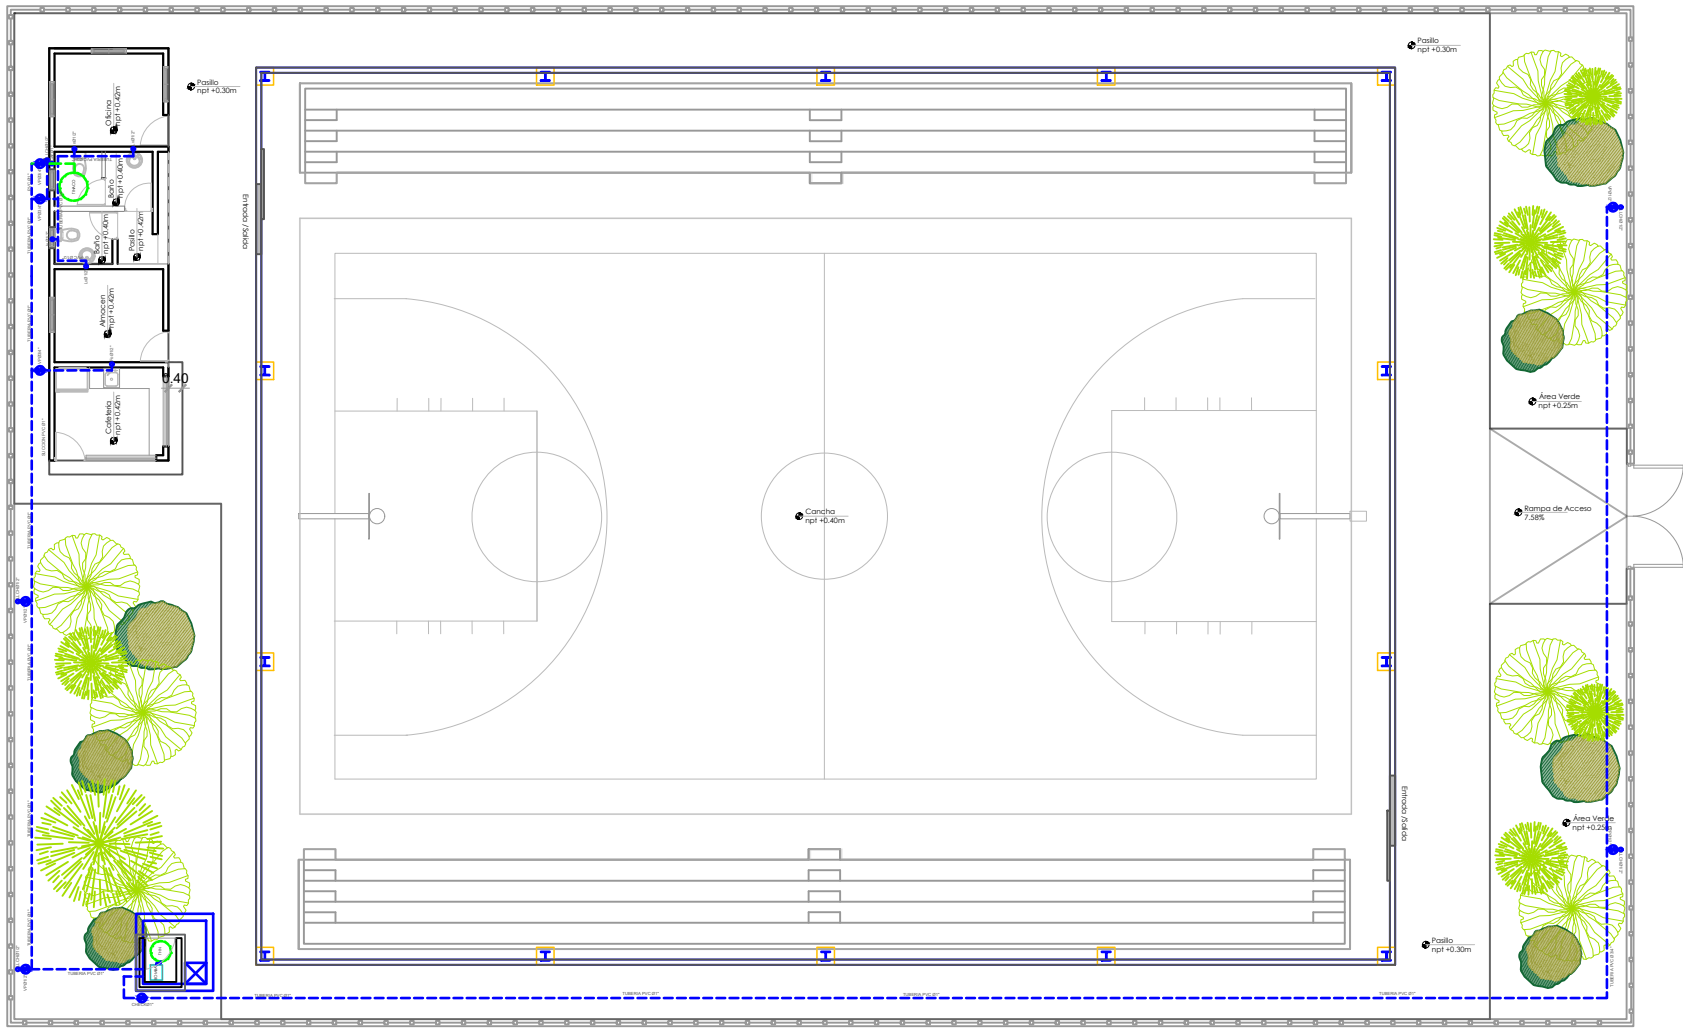

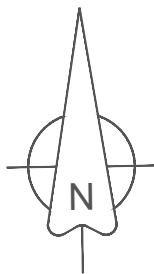

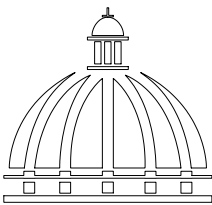

**GOBIERNO DE LA
REPÚBLICA DOMINICANA**

**DIRECCIÓN DE
DESARROLLO PROVINCIAL
DDP**

Ave. Dr. Delgado, Esq. Moises García,
Gazcue, Sto. Dgo., R.D.
TEL.: (809)-364-2189 | FAX.: (809)- 688-1665
E-Mail: info@cpadp.gob.do

PROYECTO:
**CONSTRUCCIÓN CLUB DEPORTIVO LAS
TARANAS**

MUNICIPIO VILLA RIVA, PROV. DUARTE
REPUBLICA DOMINICANA

- EQUIPO DE TRABAJO:
- DISEÑO ARQUITECTÓNICO**
ARQ. _____
codia 00000

ENC. INGENIERÍA
ING.FIORDALIZA BONIFACIO
codia 00000

ESTRUCTURAL
ING. _____
codia 00000

ELÉCTRICO
ING. JUAN PEREZ
codia 00000

HIDRO-SANITARIO
ING. FRANCIS ESTEVEZ
codia 00000

SELLO DE APROBACIÓN:

FECHA: _____


CONTENIDO:
**PLANTA SANITARIA
RESIDUAL**

ESCALA:
1:500



SEPTIEMBRE 2026

NO. PÁGINA:


034

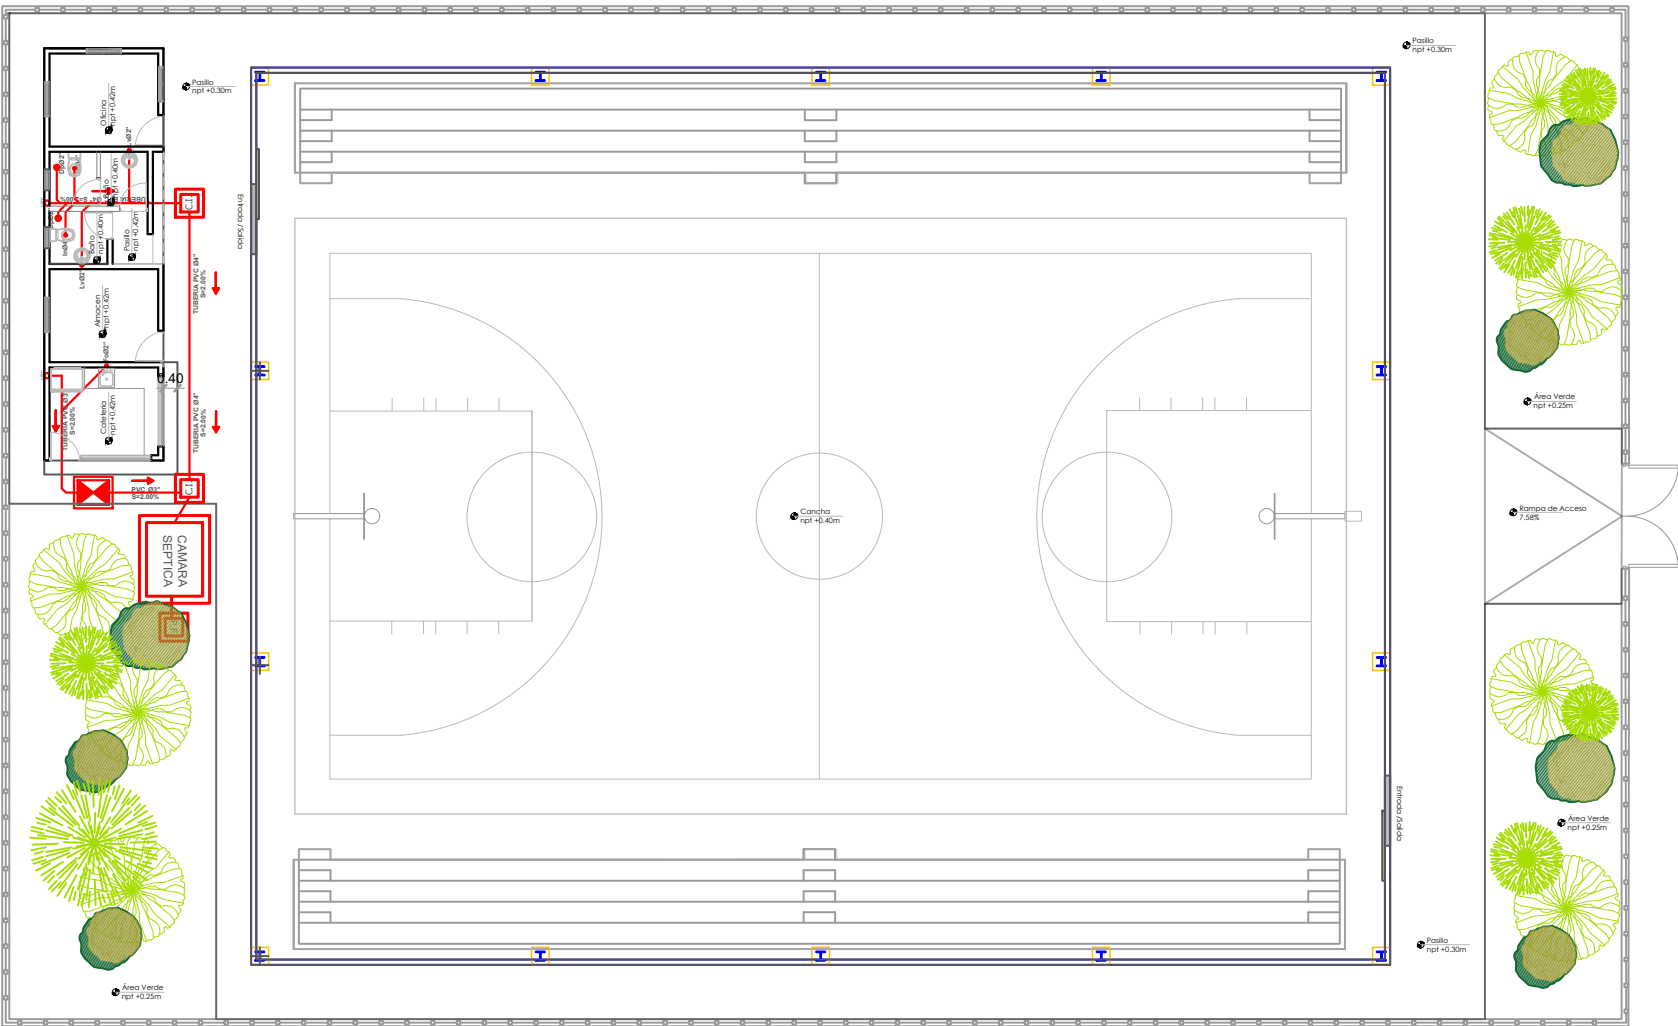


DETALLE DESAGÜE CANALETA

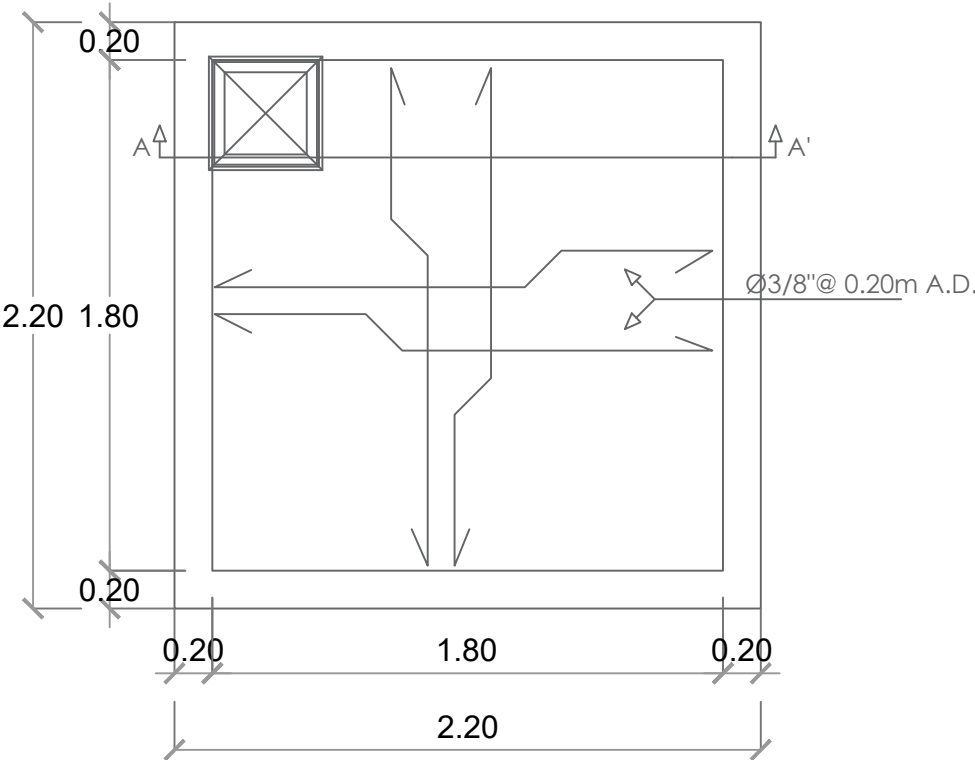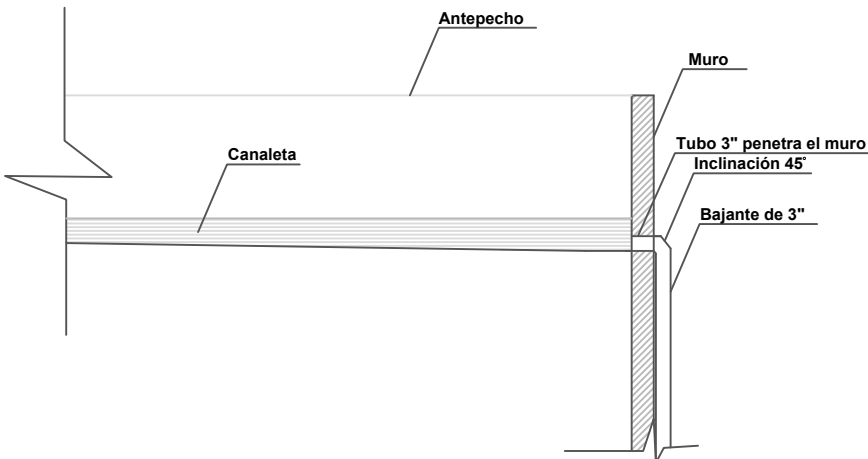


PLANTA CISTERNA

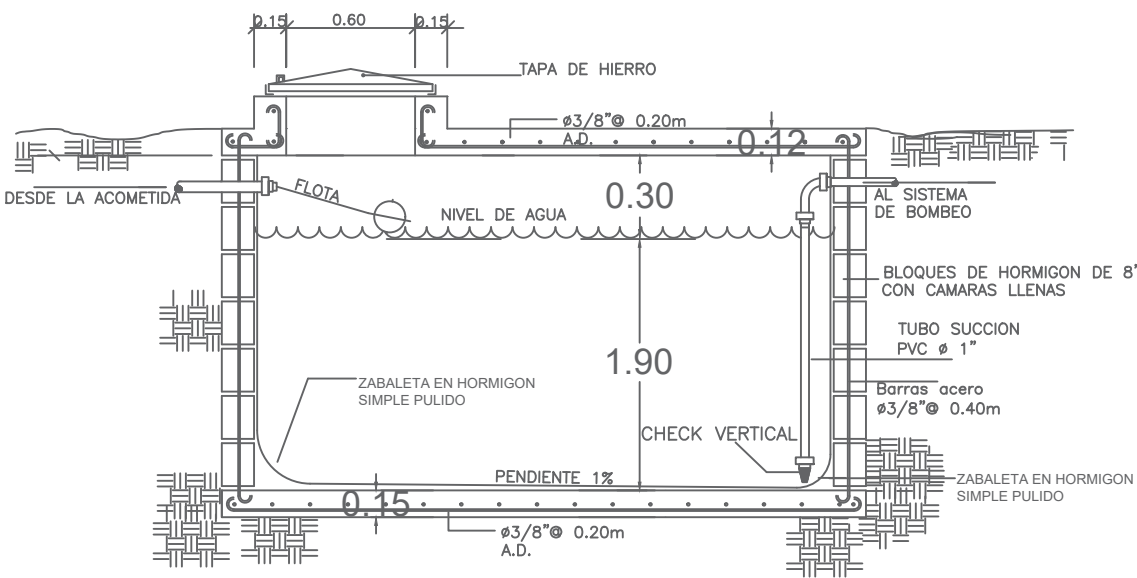


SECCION CISTERNA

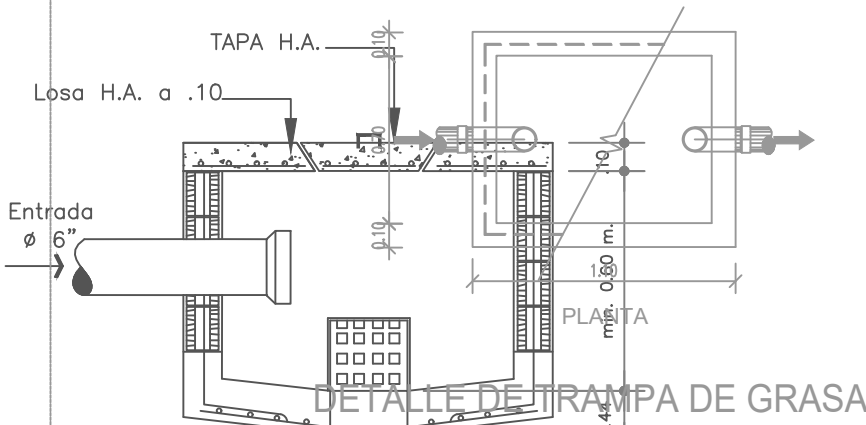

DETALLE DE TRAMPA DE GRASA


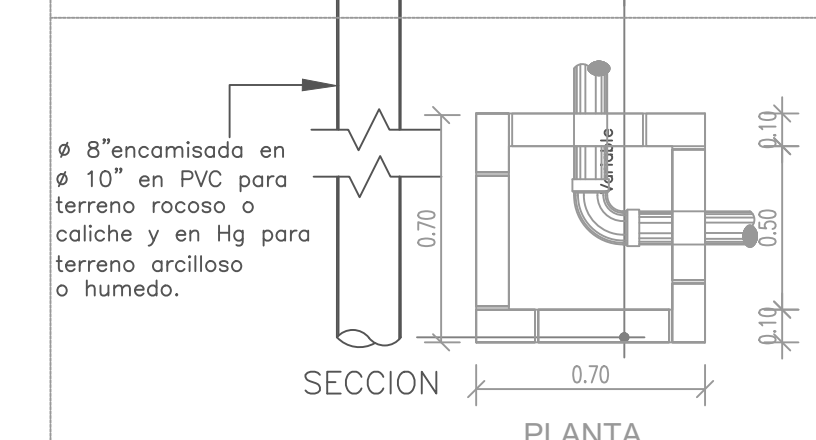


SECCION PLANTA

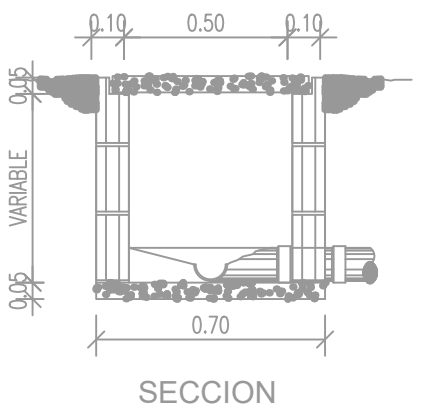


DETALLE DE REGISTRO

DETALLE TANQUE SEPTICO DE DOS CAMARAS

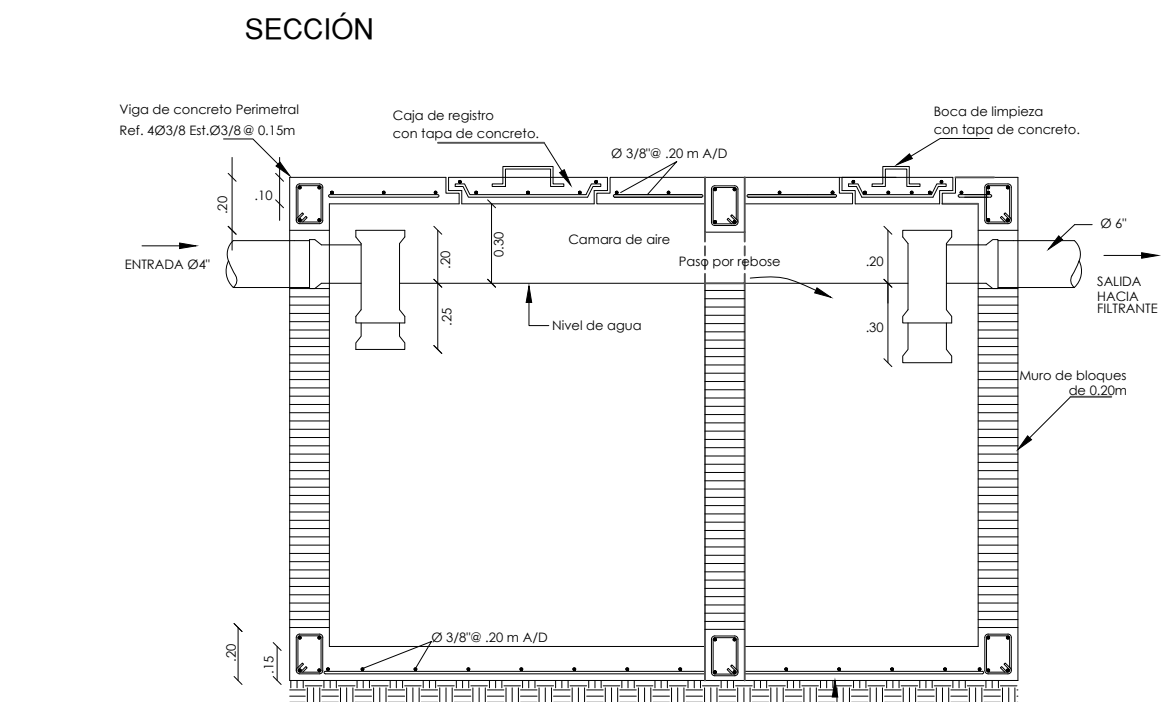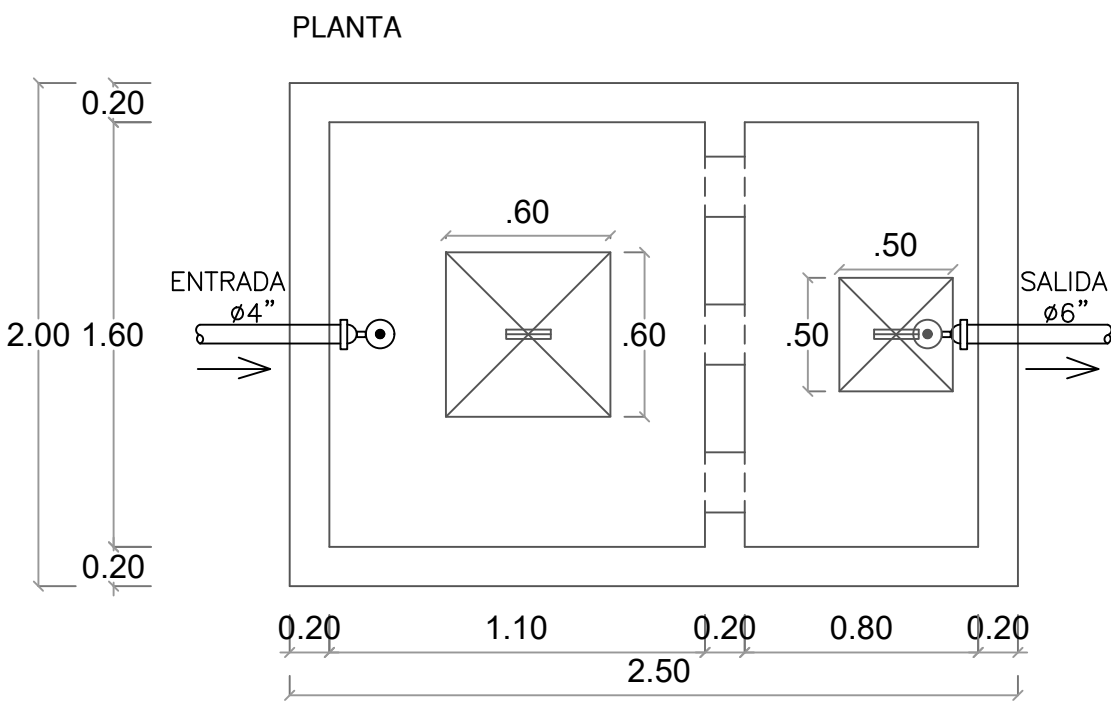

DETALLE FILTRANTE
NO ESCALA

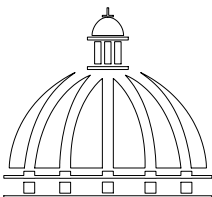

**GOBIERNO DE LA
REPÚBLICA DOMINICANA**

**DIRECCIÓN DE
DESARROLLO PROVINCIAL
DDP**

Ave. Dr. Delgado, Esq. Moises García,
Gazcue, Sto. Dgo., R.D.
TEL.: (809)-364-2189 | FAX.: (809)- 688-1665
E-Mail: info@cpadp.gob.do

PROYECTO:
**CONSTRUCCIÓN CLUB DEPORTIVO LAS
TARANAS**

MUNICIPIO VILLA RIVA, PROV. DUARTE
REPUBLICA DOMINICANA

- EQUIPO DE TRABAJO:
- DISEÑO ARQUITECTÓNICO**
ARQ. _____
codia 00000
- ENC. INGENIERÍA**
ING.FIORDALIZA BONIFACIO
codia 00000
- ESTRUCTURAL**
ING. _____
codia 00000
- ELÉCTRICO**
ING. JUAN PEREZ
codia 00000
- HIDRO-SANITARIO**
ING. FRANCIS ESTEVEZ
codia 00000

SELLO DE APROBACIÓN:

FECHA: _____

CONTENIDO:

DETALLES SANITARIOS


ESCALA:

1:50


SEPTIEMBRE 2026

NO. PÁGINA:


035

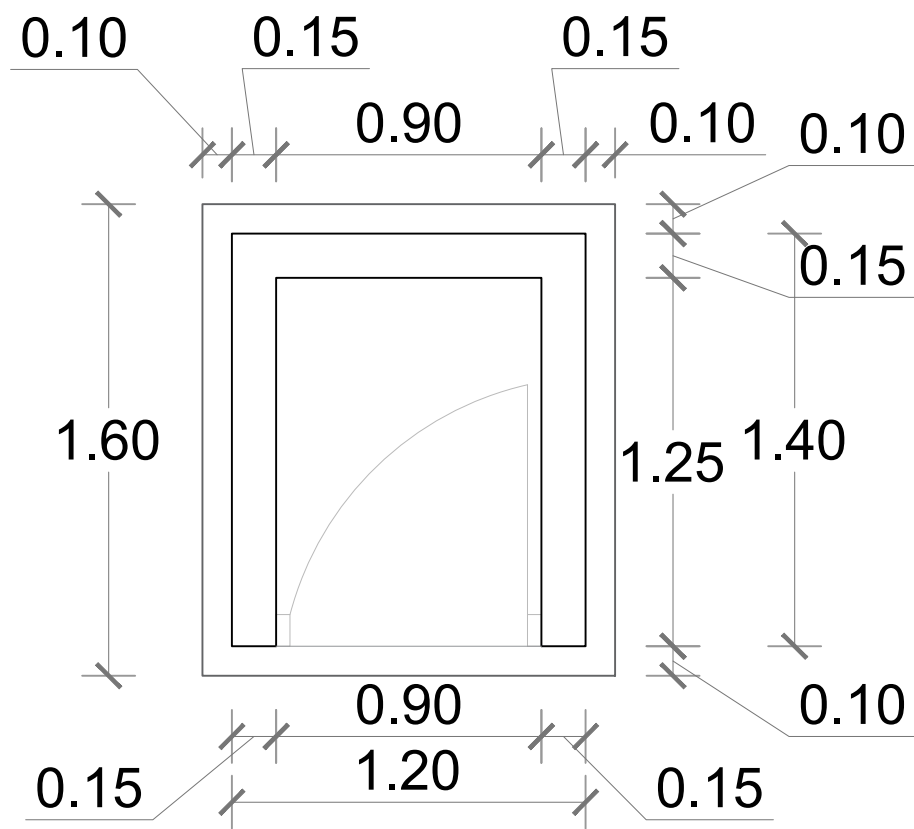


PLANTA-CASETA DE BOMBA
ESC. 1:25

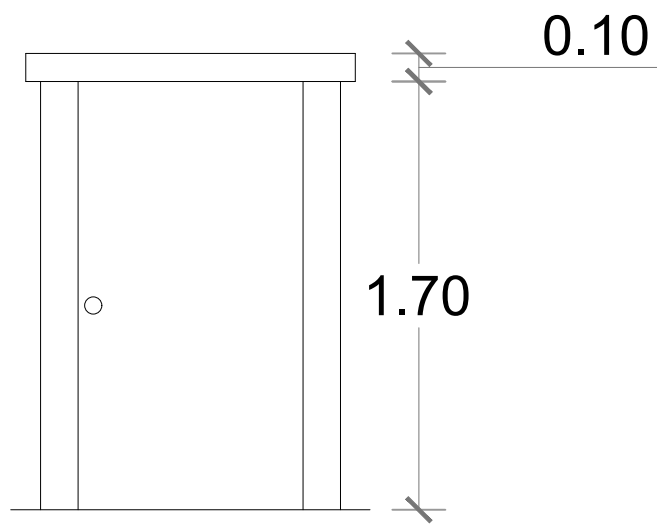


ELEVACIÓN FRONTAL
ESC. 1:25

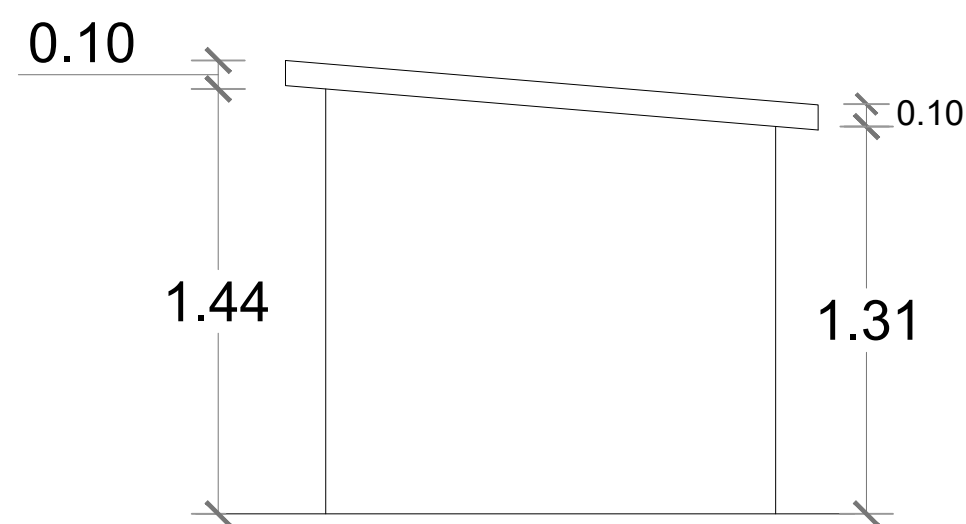


ELEVACIÓN LATERAL DERECHA
ESC. 1:25

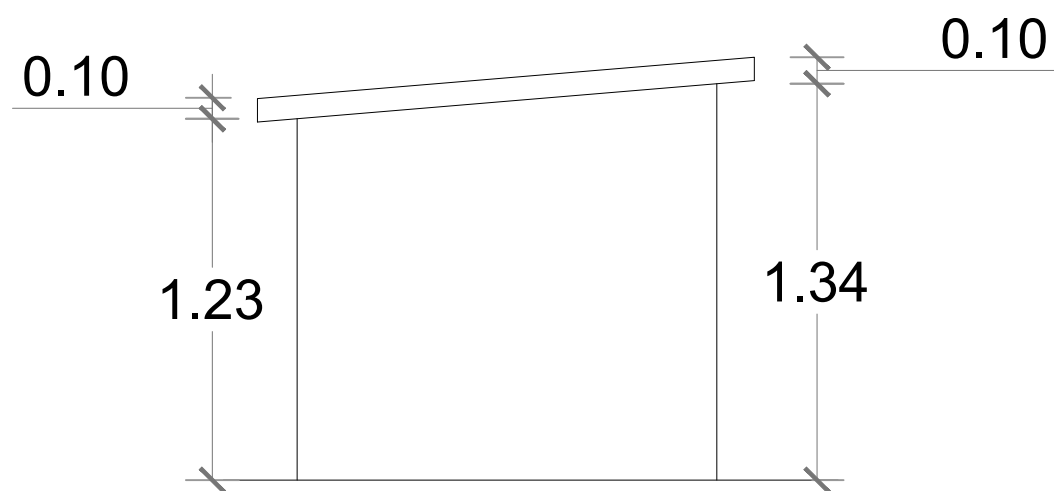

ELEVACIÓN LATERAL IZQUIERDA
ESC. 1:25

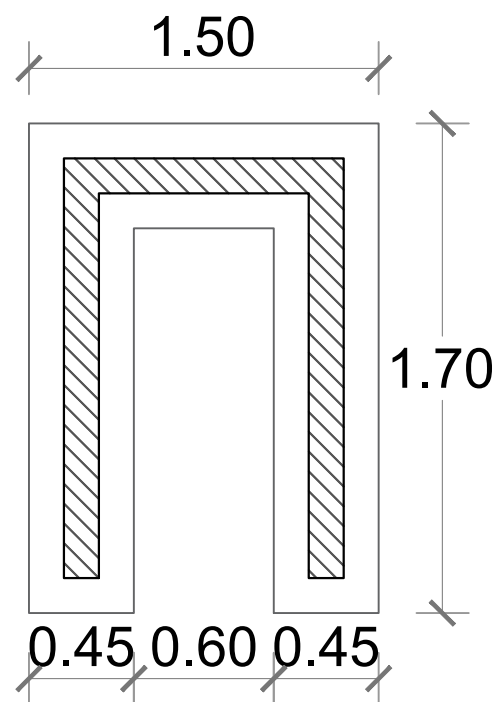


PLANTA DE CIMIENTOS
ESC. 1:25

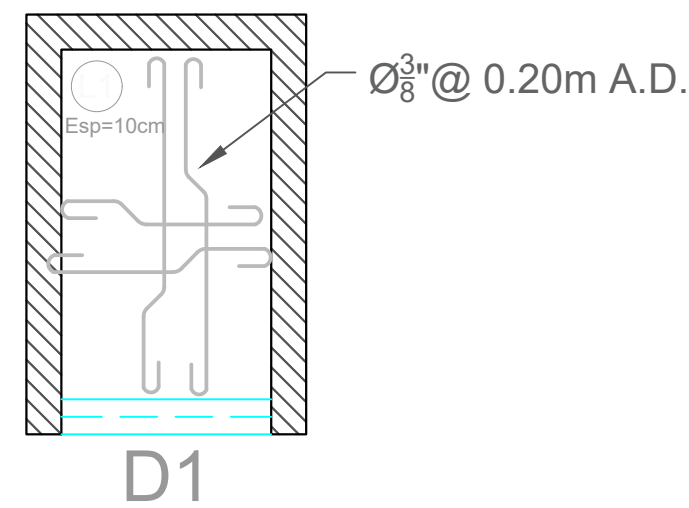

ESTRUCTURA TECHO
ESC. 1:25

DETALLE CASETA DE BOMBA
1:25

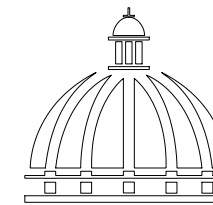

GOBIERNO DE LA
REPÚBLICA DOMINICANA

DIRECCIÓN DE
DESARROLLO PROVINCIAL
DDP

Ave. Dr. Delgado, Esq. Moises García,
Gazcue, Sto. Dgo., R.D.
TEL.: (809)-364-2189 | FAX.: (809)- 688-1665
E-Mail: info@cpadp.gob.do

PROYECTO:
**CONSTRUCCIÓN CLUB DEPORTIVO LAS
TARANAS**

MUNICIPIO VILLA RIVA, PROV. DUARTE
REPUBLICA DOMINICANA

EQUIPO DE TRABAJO:

DISEÑO ARQUITECTÓNICO
ARQ. _____
codia 00000

ENC. INGENIERÍA
ING.FIORDALIZA BONIFACIO
codia 00000

ESTRUCTURAL
ING. _____
codia 00000

ELÉCTRICO
ING. JUAN PEREZ
codia 00000

HIDRO-SANITARIO
ING. FRANCIS ESTEVEZ
codia 00000

SELLO DE APROBACIÓN:

FECHA: _____

CONTENIDO:

CASETA DE BOMBA


ESCALA:

1:25

SEPTIEMBRE 2026

NO. PÁGINA:

036

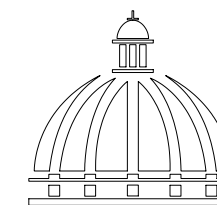

DIRECCIÓN DE
DESARROLLO PROVINCIAL
DDP

PROYECTO:
**CONSTRUCCIÓN CLUB DEPORTIVO LAS
TARANAS**

EQUIPO DE TRABAJO:

DISEÑO ARQUITECTÓNICO

ENC. INGENIERÍA

ESTRUCTURAL

ELÉCTRICO

ING. JUA

ING. FRANCIS ES
codia 00

SELO DE APROBACIÓN:

FECHA:

CONTENIDO:

PLANTA DE CIMENTOS



ESCALA:

1:500

SEPTIEMBRE 2026





NO. PÁGINA:

037

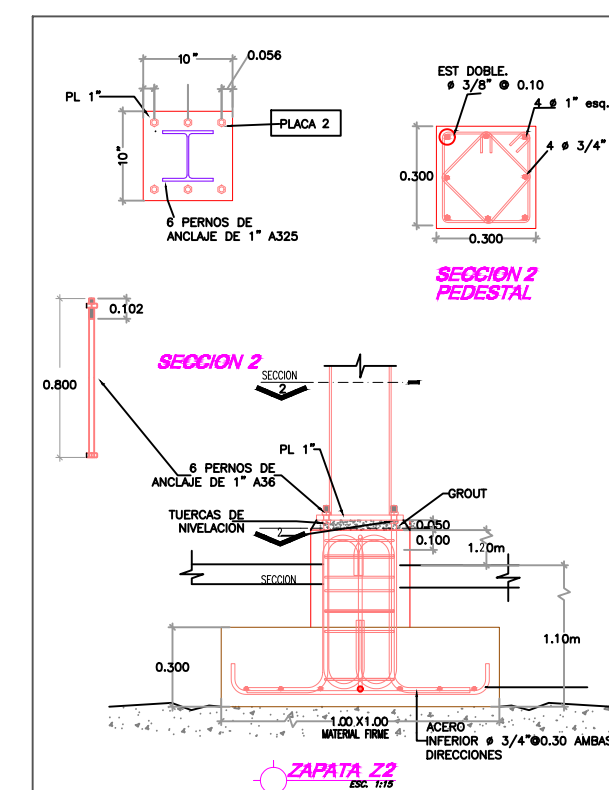
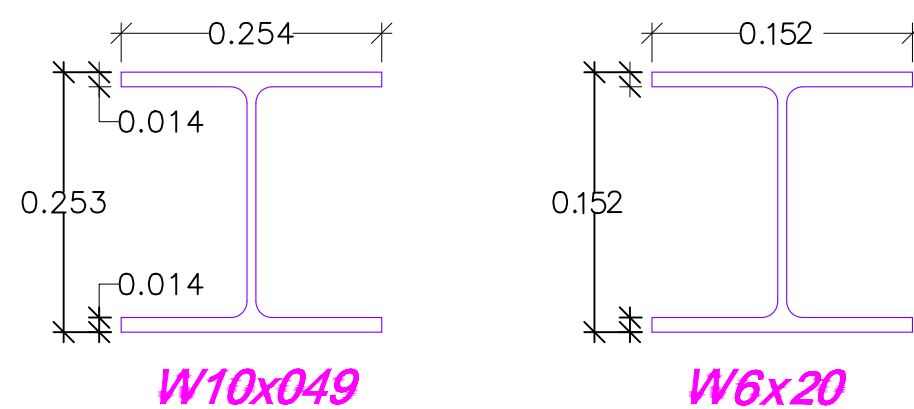


PLANTA DE CIMIENTOS /DETALLE EST.

ESC. 1:500

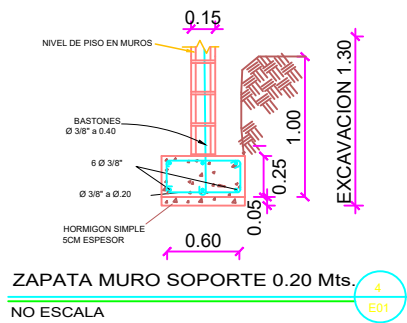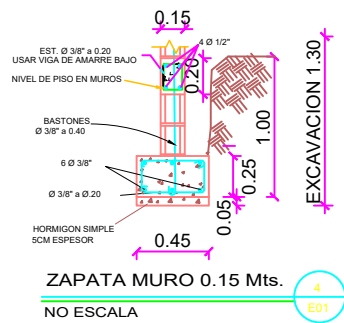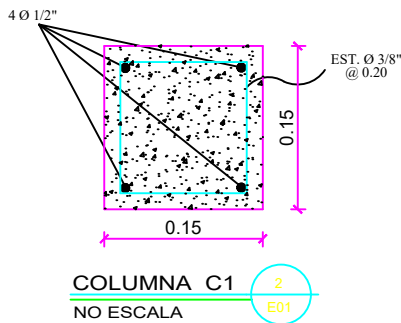
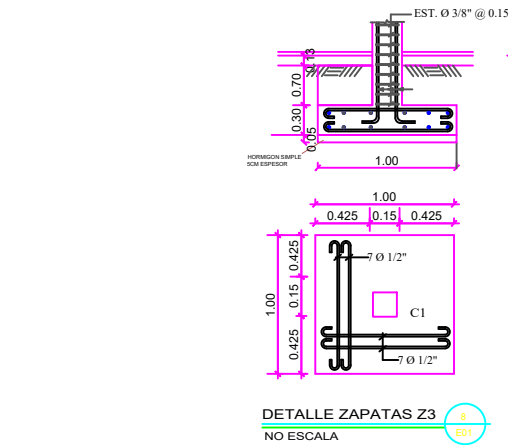


DETALLE REFUERZO VERTICAL

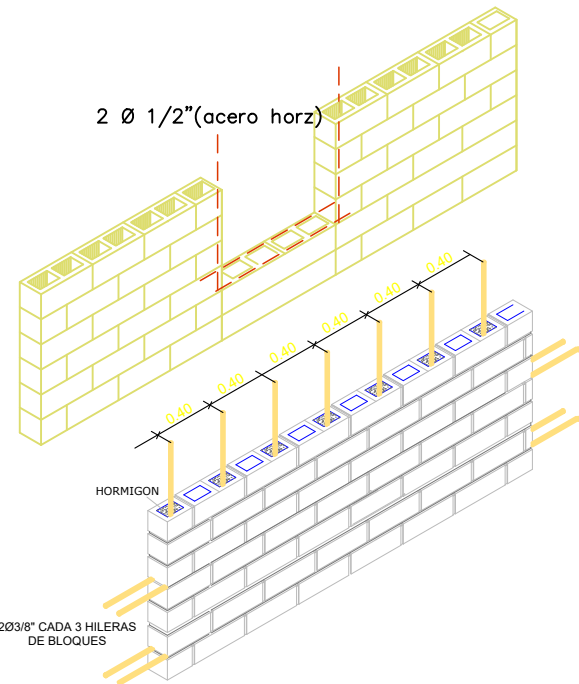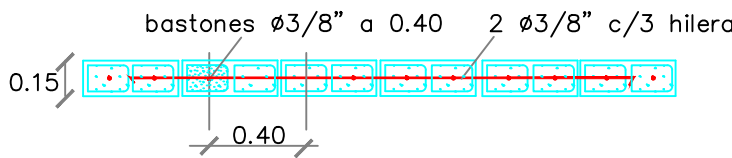









DETALLE REFUERZO HORIZONTAL

**DETALLE REFUERZO VERTICAL
EN LAS INTERSECCIONES DE LOS MUROS.**

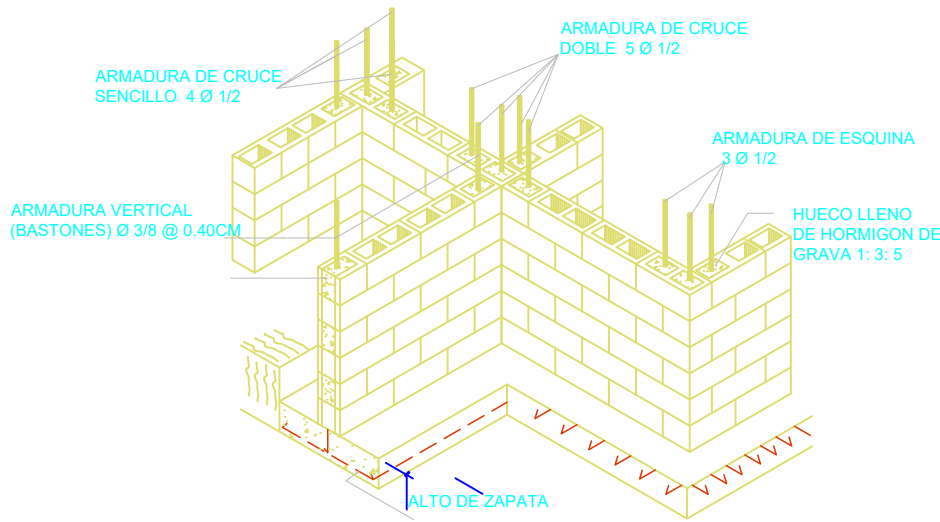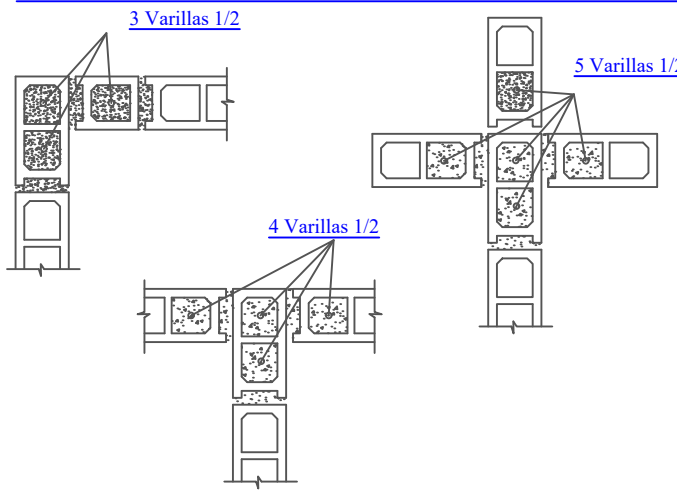

DETALLES

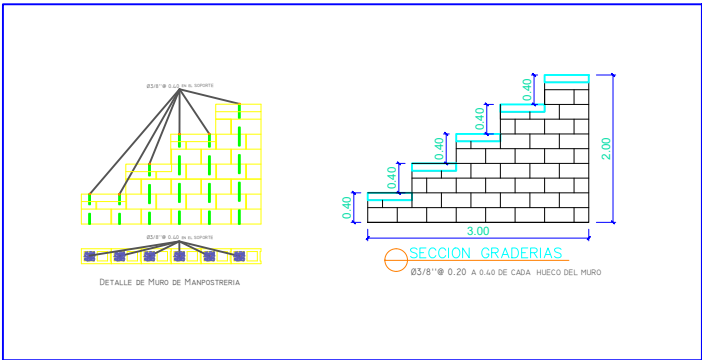

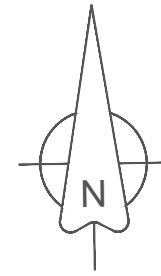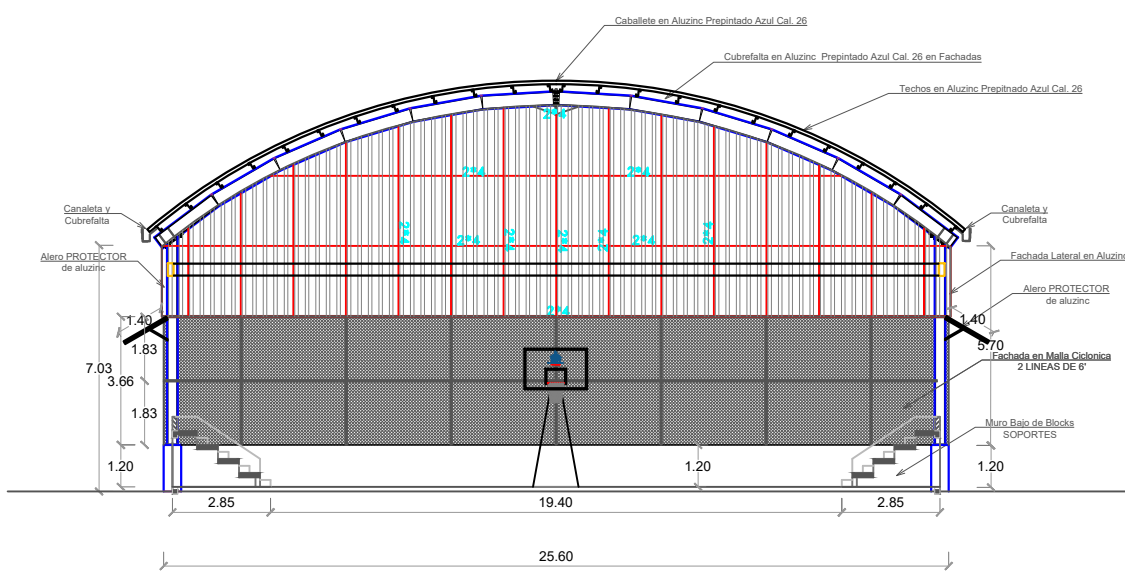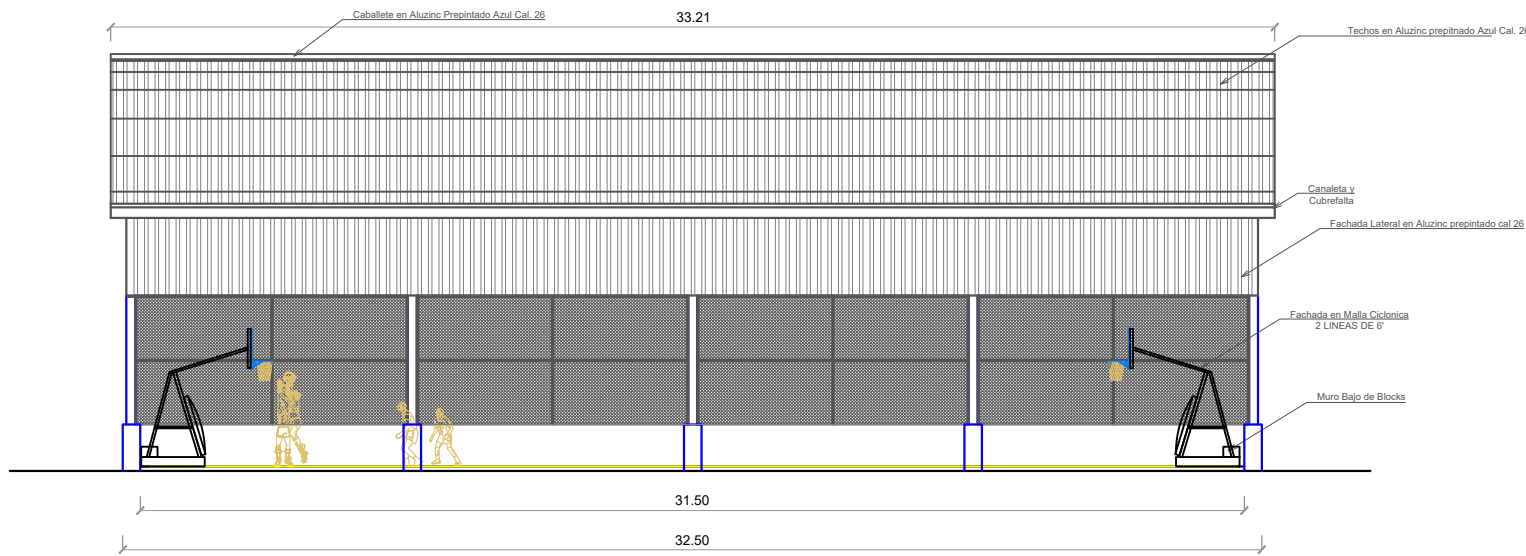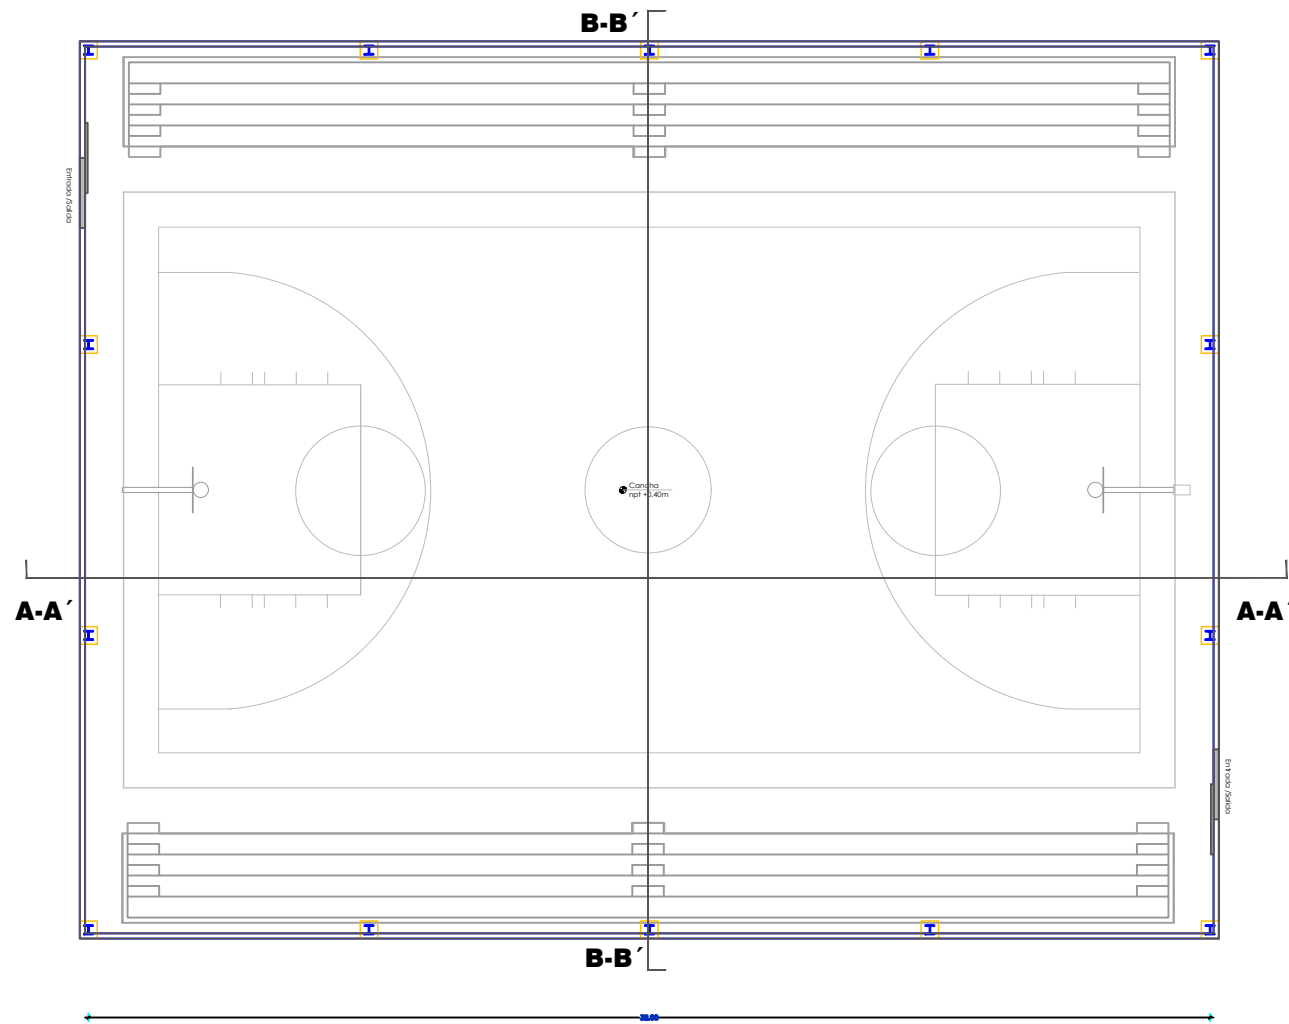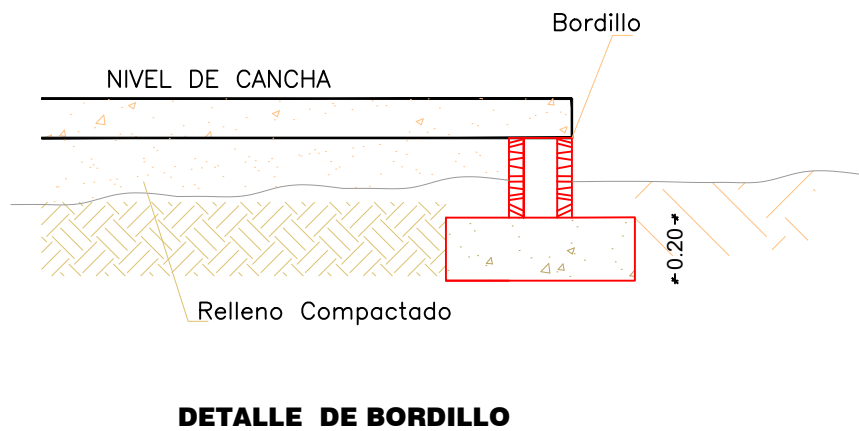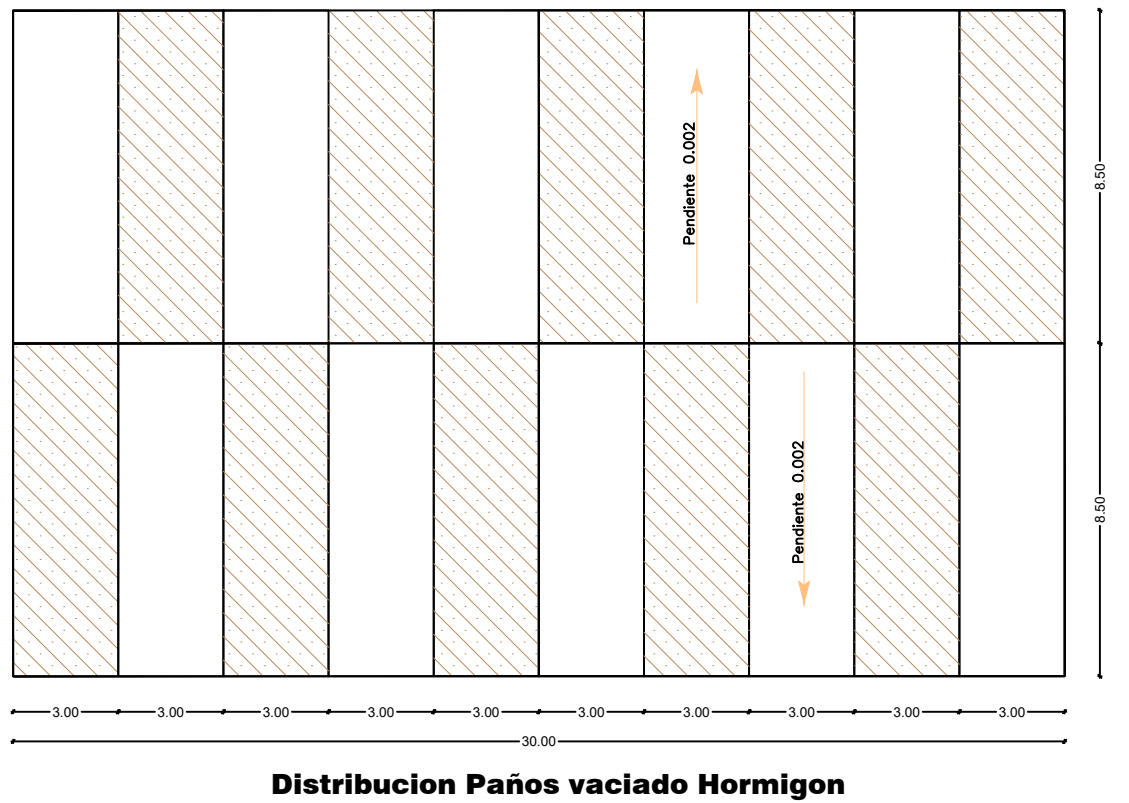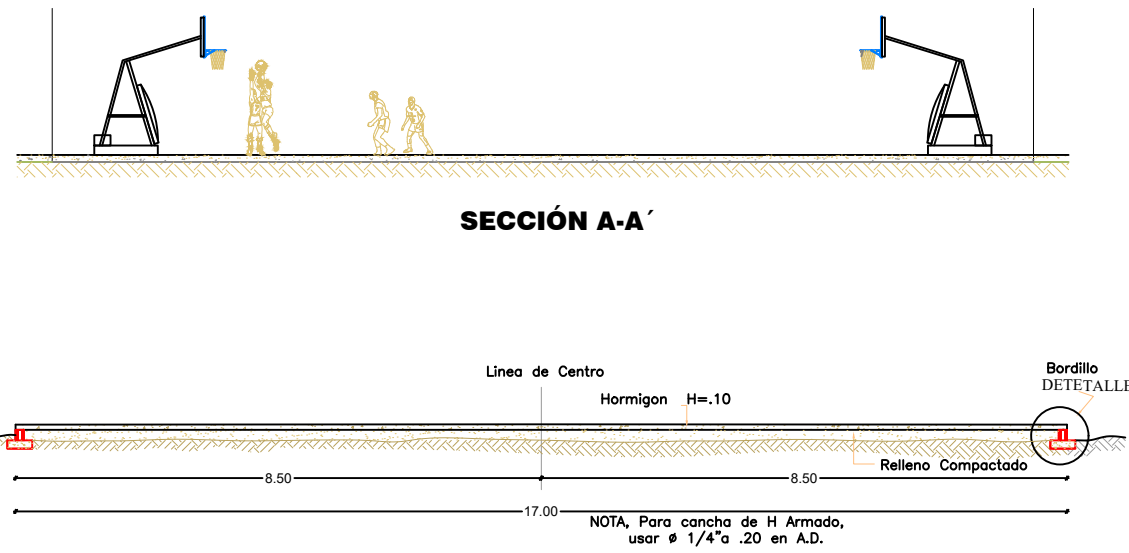

DIRECCIÓN DE
DESARROLLO PROVINCIAL
DDP

Ave. Dr. Delgado, Esq. Moises García,
Gazcue, Sto. Dgo., R.D.
TEL.: (809)-364-2189 | FAX.: (809)- 688-1665
E-Mail: info@cpadp.gob.do

PROYECTO:
**CONSTRUCCIÓN CLUB DEPORTIVO LAS
TARANAS**

MUNICIPIO VILLA RIVA, PROV. DUARTE
REPUBLICA DOMINICANA

EQUIPO DE TRABAJO:

DISEÑO ARQUITECTÓNICO
ARQ. _____
codia 00000 _____

ENC. INGENIERÍA
ING.FIORDALIZA BONIFACIO
codia 00000 _____

ESTRUCTURAL
ING. _____
codia 00000 _____

ELÉCTRICO
ING. JUAN PEREZ
codia 00000 _____

HIDRO-SANITARIO
ING. FRANCIS ESTEVEZ
codia 00000 _____

SELLO DE APROBACIÓN:

FECHA: _____

CONTENIDO:

**PLANTA DE
CIMENTOS**


ESCALA:

1:500

SEPTIEMBRE 2026

NO. PÁGINA:

039

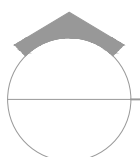

PLANTA DE CIMENTOS /DETALLE EST.

ESC. 1:500



DIRECCIÓN DE
DESARROLLO PROVINCIAL
DDP

Ave. Dr. Delgado, Esq. Moises García,
Gazcue, Sto. Dgo., R.D.
TEL.: (809)-364-2189 | FAX.: (809)- 688-1665
E-Mail: info@cpadp.gob.do

PROYECTO:
**CONSTRUCCIÓN CLUB DEPORTIVO LAS
TARANAS**

MUNICIPIO VILLA RIVA, PROV. DUARTE
REPUBLICA DOMINICANA

EQUIPO DE TRABAJO:

DISEÑO ARQUITECTÓNICO
ARQ.

codia 00000 _____

ENC. INGENIERÍA
ING.FIORDALIZA BONIFACIO
codia 00000 _____

TURAL _____

codia 00000

ELÉCTRICO
ING. JUAN PEREZ
codig 00000

HIDRO-SANITARIO
ING. FRANCIS ESTEVEZ
codia 00000

SELO DE APROBACIÓN:

FECHA:

CONTENIDO:

**PLANTA DE
CIMIENTOS**

ESCALA: 1:500

SEPTIEMBRE 2026

NO. PÁGINA:

040

