

PROYECTO:

**"CONSTRUCCION DE CANCHA DE BASKETBALL CONSTRUCCIÓN
CANCHA DE BALONCESTO PONTÓN"**

**Provincia Duarte, Mun. San Francisco de Macoris
República Dominicana.**

Septiembre 2026





DIRECCION DE DESARROLLO
PROVINCIAL
(DDP)

Ave. Dr. Delgado, Esq. Moises García,
Gazcue, Sto. Dgo., R.D.
TEL.: (809)-364-2189 | FAX.: (809)- 688-1665
E-Mail: info@cpadp.gob.do

PROYECTO:
**CONST. CANCHA DE BALONCESTO
PONTÓN,**

Prov. Duarte, Mun. San Francisco de
Macoris, R.D.

EQUIPO DE TRABAJO:

DISEÑO ARQUITECTÓNICO
ARQ. _____
codia 00000

ENC. INGENIERÍA
ING. _____
codia 00000

ESTRUCTURAL
ING. _____
codia 00000

ELÉCTRICO
ING. _____
codia 00000

HIDRO-SANITARIO
ING. _____
codia 00000

SELLO DE APROBACIÓN:

FECHA: _____

CONTENIDO:

DETALLES ESTRUCTURALES



ESCALA:

1:75

SEPTIEMBRE 2026




NO. PÁGINA:

002

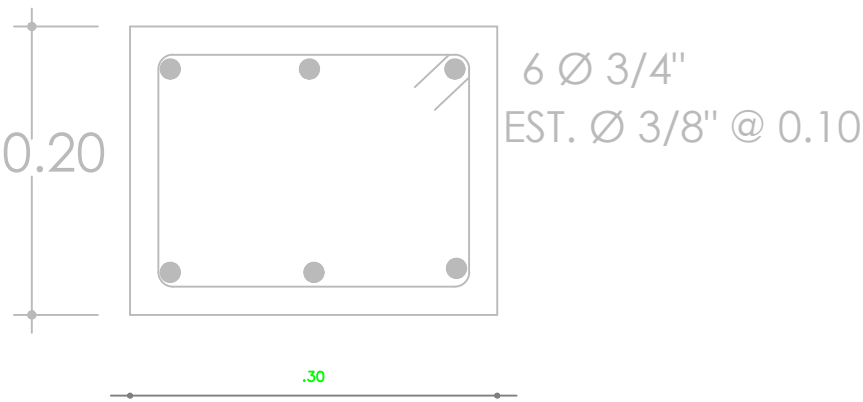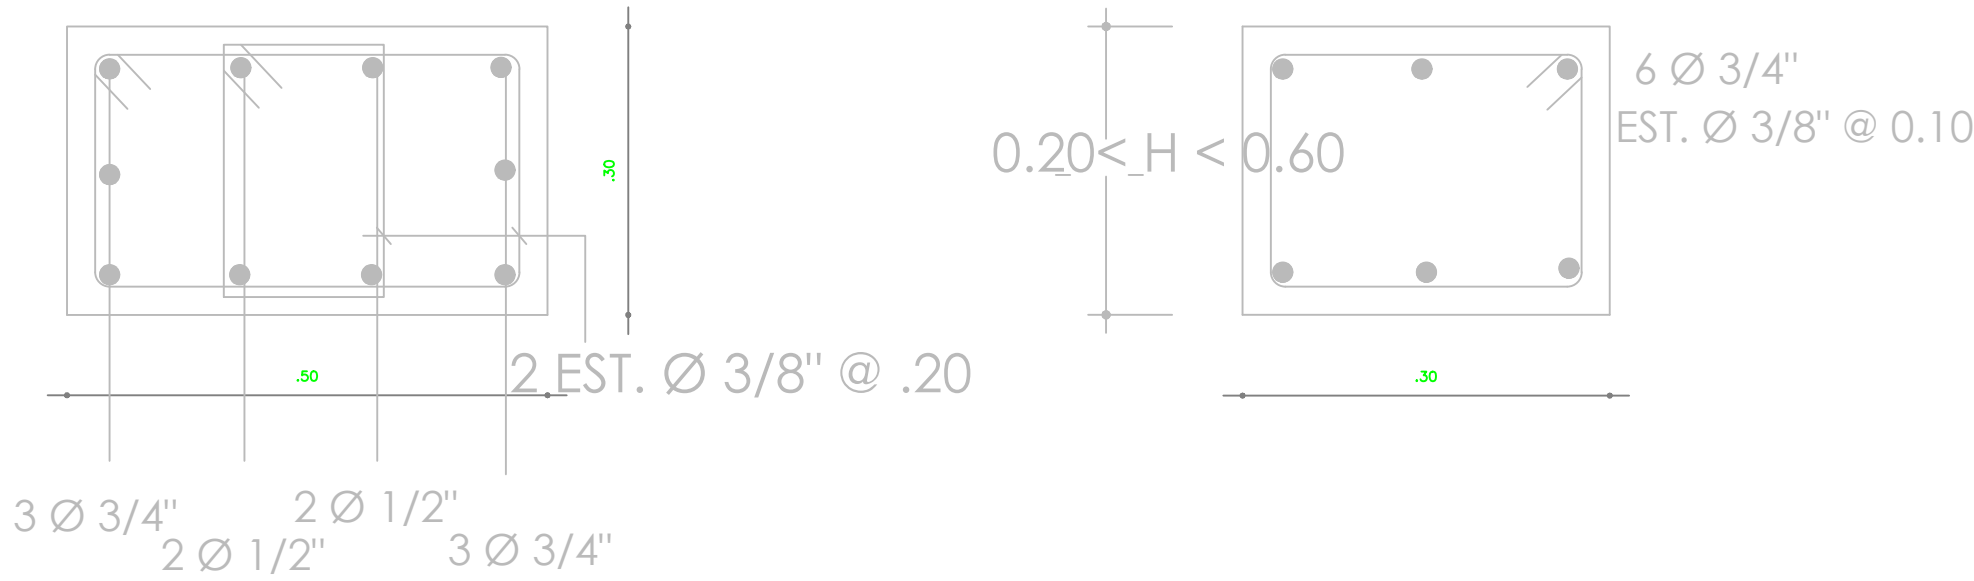



SECCIONES SOPORTE DE TABLERO

ESC. N/A

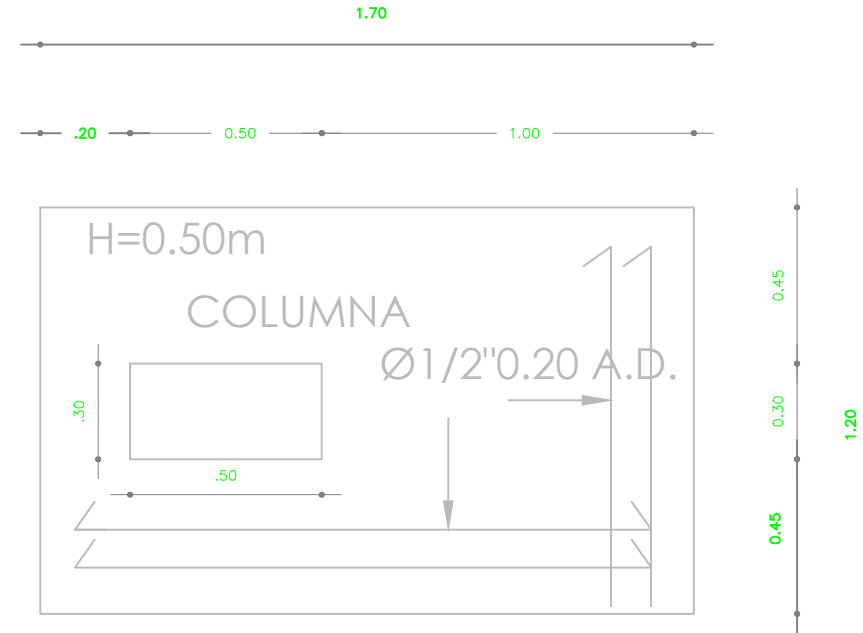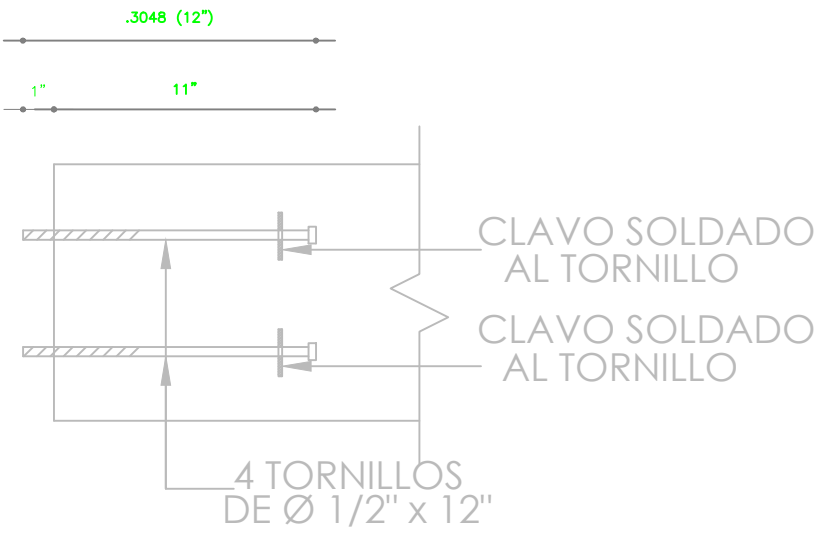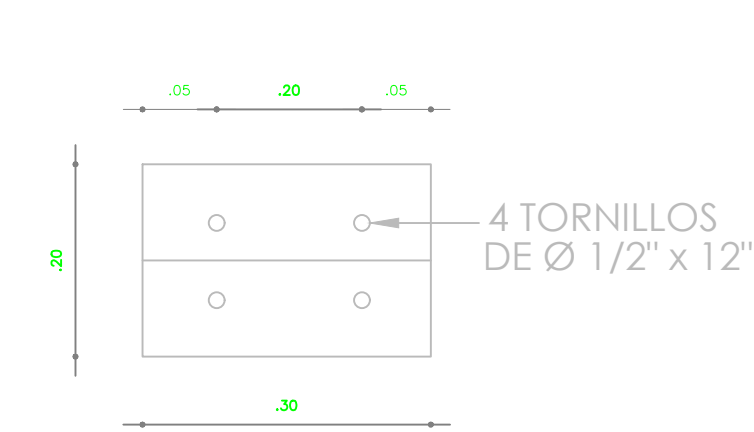


DETALLE SECCIÓN TORNILLO

ESC. N/A

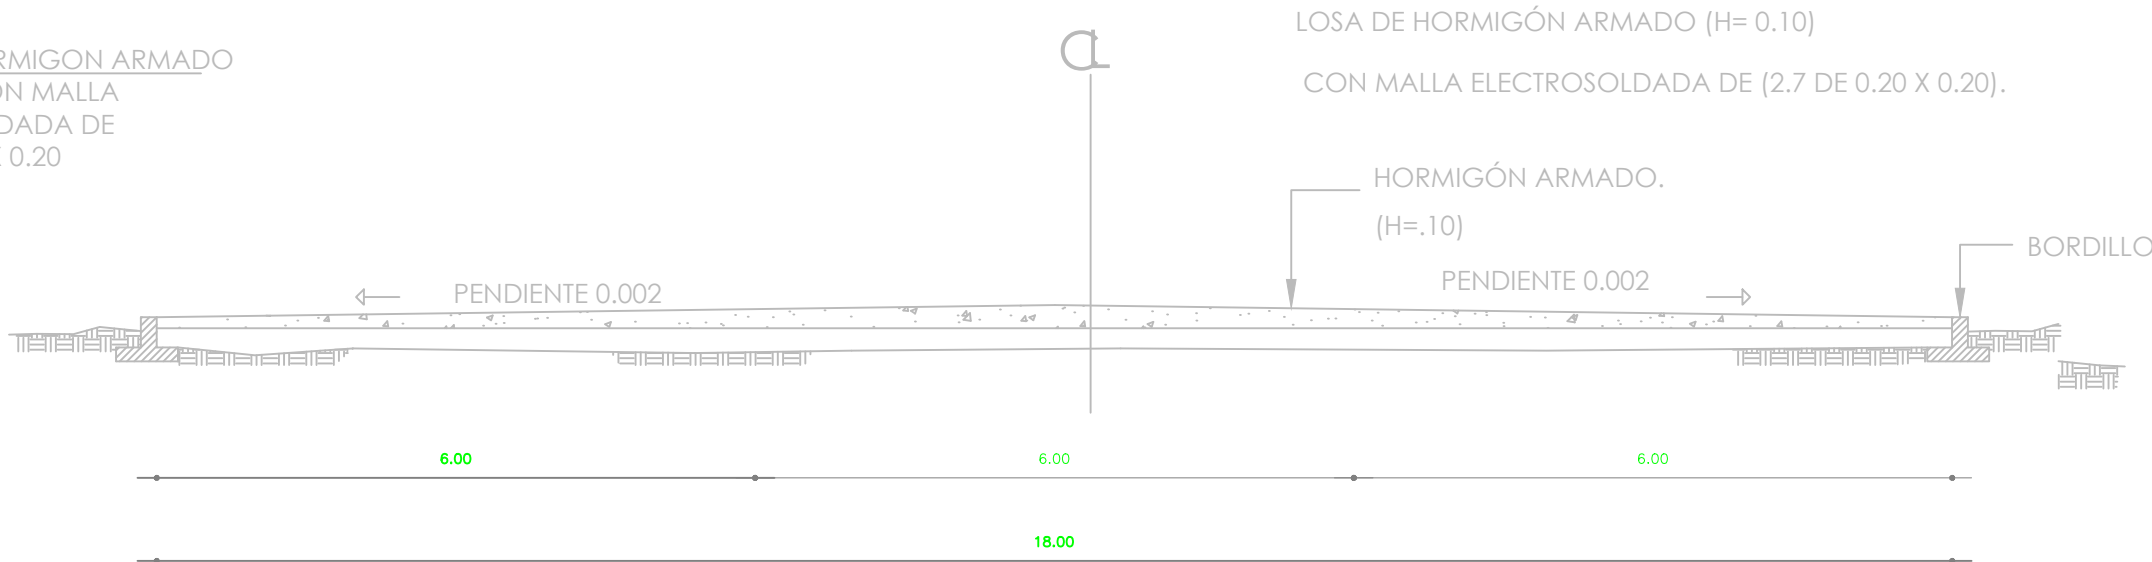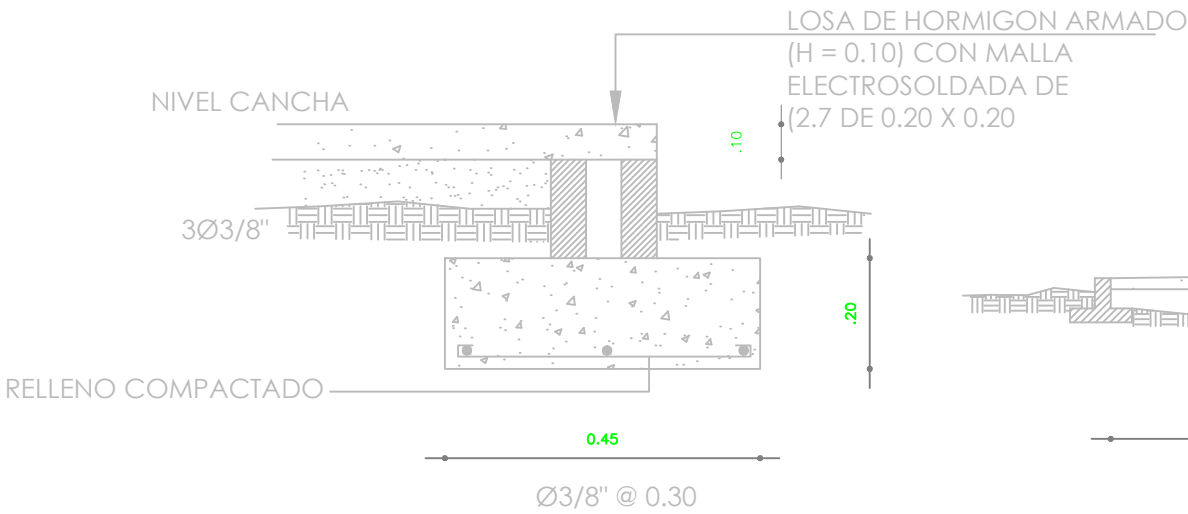

DETALLE DE BORDILLO


ESC. N/A

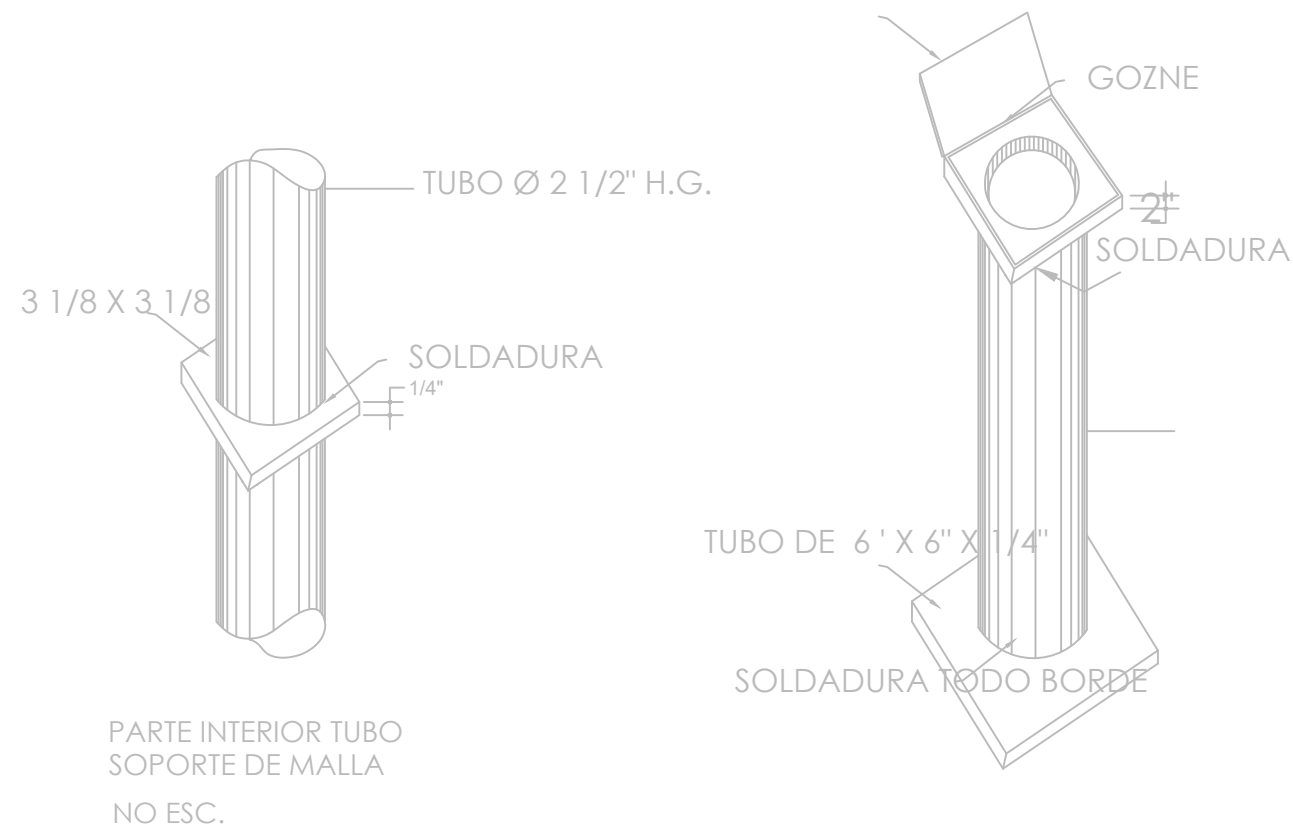

08
00

SECCIÓN SOPORTE DE TABLERO



ESC. N/A

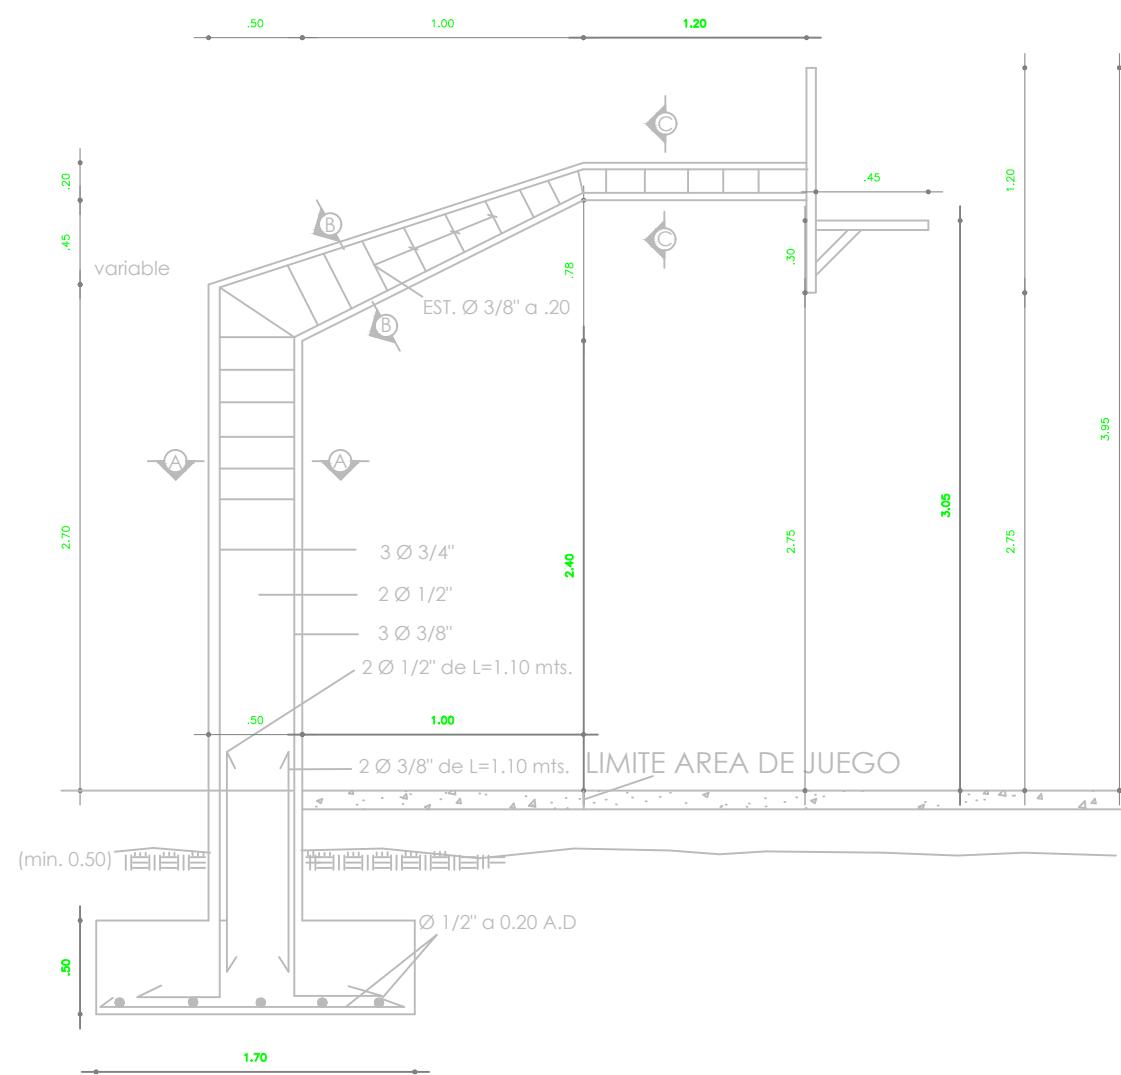

08
00

SECCIÓN LONGITUDINAL SOPORTE TABLERO

ESC. N/A

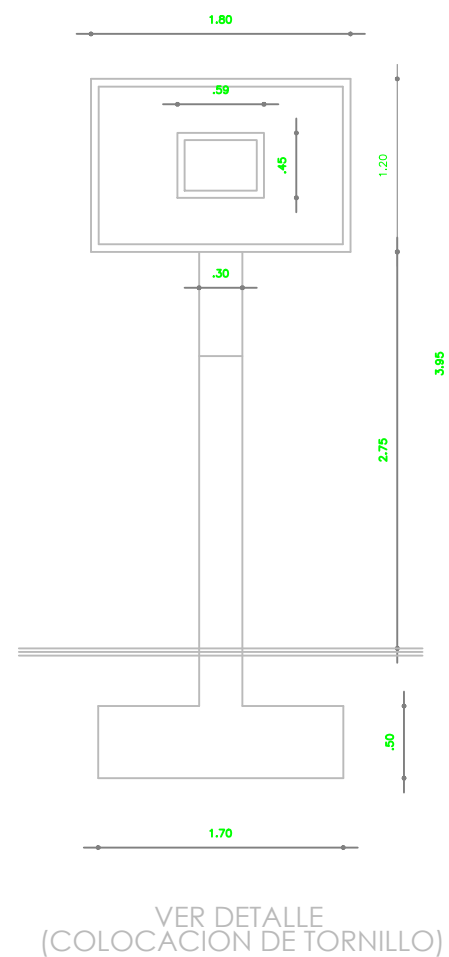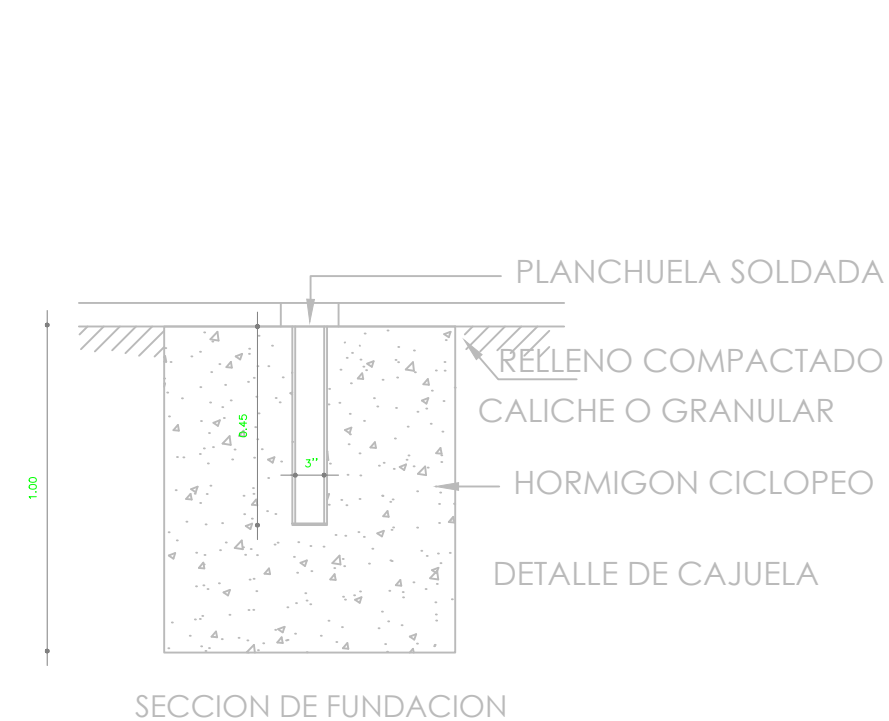

08
00

ELEVACIÓN FRONTAL TABLERO

ESC. N/A



DIRECCION DE DESARROLLO
PROVINCIAL
(DDP)

Ave. Dr. Delgado, Esq. Moises García,
Gazcue, Sto. Dgo., R.D.
TEL.: (809)-364-2189 | FAX.: (809)- 688-1665
E-Mail: info@cpadp.gob.do

PROYECTO:
**CONST. CANCHA DE BALONCESTO
PONTÓN,**

**Prov. Duarte, Mun. San Francisco de
Macoris, R.D.**

EQUIPO DE TRABAJO:	
DISEÑO ARQUITECTÓNICO ARQ.	codia 00000
ENC. INGENIERÍA ING.	codia 00000
ESTRUCTURAL ING.	codia 00000
ELÉCTRICO ING.	codia 00000
HIDRO-SANITARIO ING.	codia 00000

SELLO DE APROBACIÓN:

FECHA: _____

CONTENIDO:
DETALLES DE TABLERO-CANCHA

ESCALA:
1:100

SEPTIEMBRE 2026

NO. PÁGINA:
003

PROYECTO:
**CONST. CANCHA DE BALONCESTO
PONTÓN,**
Prov. Duarte, Mun. San Francisco de
Macoris, R.D.

EQUIPO DE TRABAJO:

DISEÑO ARQUITECTÓNICO ARQ.	codia 00000
ENC. INGENIERÍA ING.	codia 00000
ESTRUCTURAL ING.	codia 00000
ELÉCTRICO ING.	codia 00000
HIDRO-SANITARIO ING.	codia 00000

SELLO DE APROBACIÓN:

FECHA:

CONTENIDO:

DISTRIBUCIÓN DE PAÑO
Y ORDEN DE VACIADO

ESCALA:

1:50

SEPTIEMBRE 2026

NO. PÁGINA:

004



VACIADO Y PULIDO CON HELICÓPTERO.
CORTES CON MÁQUINA EN PAÑOS DE 6.00 X 6.00 MT.



**DIRECCION DE DESARROLLO
PROVINCIAL
(DDP)**

Ave. Dr. Delgado, Esq. Moises García,
Gazcue, Sto. Dgo., R.D.
TEL.: (809)-364-2189 | FAX.: (809)- 688-1665
E-Mail: info@cpadp.gob.do

PROYECTO:

CONST. CANCHA DE BALONCESTO
PONTÓN,

Prov. Duarte, Mun. San Francisco de
Macoris, R.D.

EQUIPO DE TRABAJO:

DISEÑO ARQUITECTÓNICO
ARQ.

codia 00000

ENC. INGENIERÍA
ING.

codia 00000

STRUCTURAL ING.

codia 00000

ELÉCTRICO
ING.

codia 00000

HIDRO-SANITARIO
ING.

codia 00000

SELO DE APROBACIÓN:

FECHA:

CONTENIDO:

DETALLES ESPECIFICACIONES DE TABLONCILLO SINTETICO


ESCALA:

1:100

SEPTIEMBRE 2026


NO. PÁGINA:

005

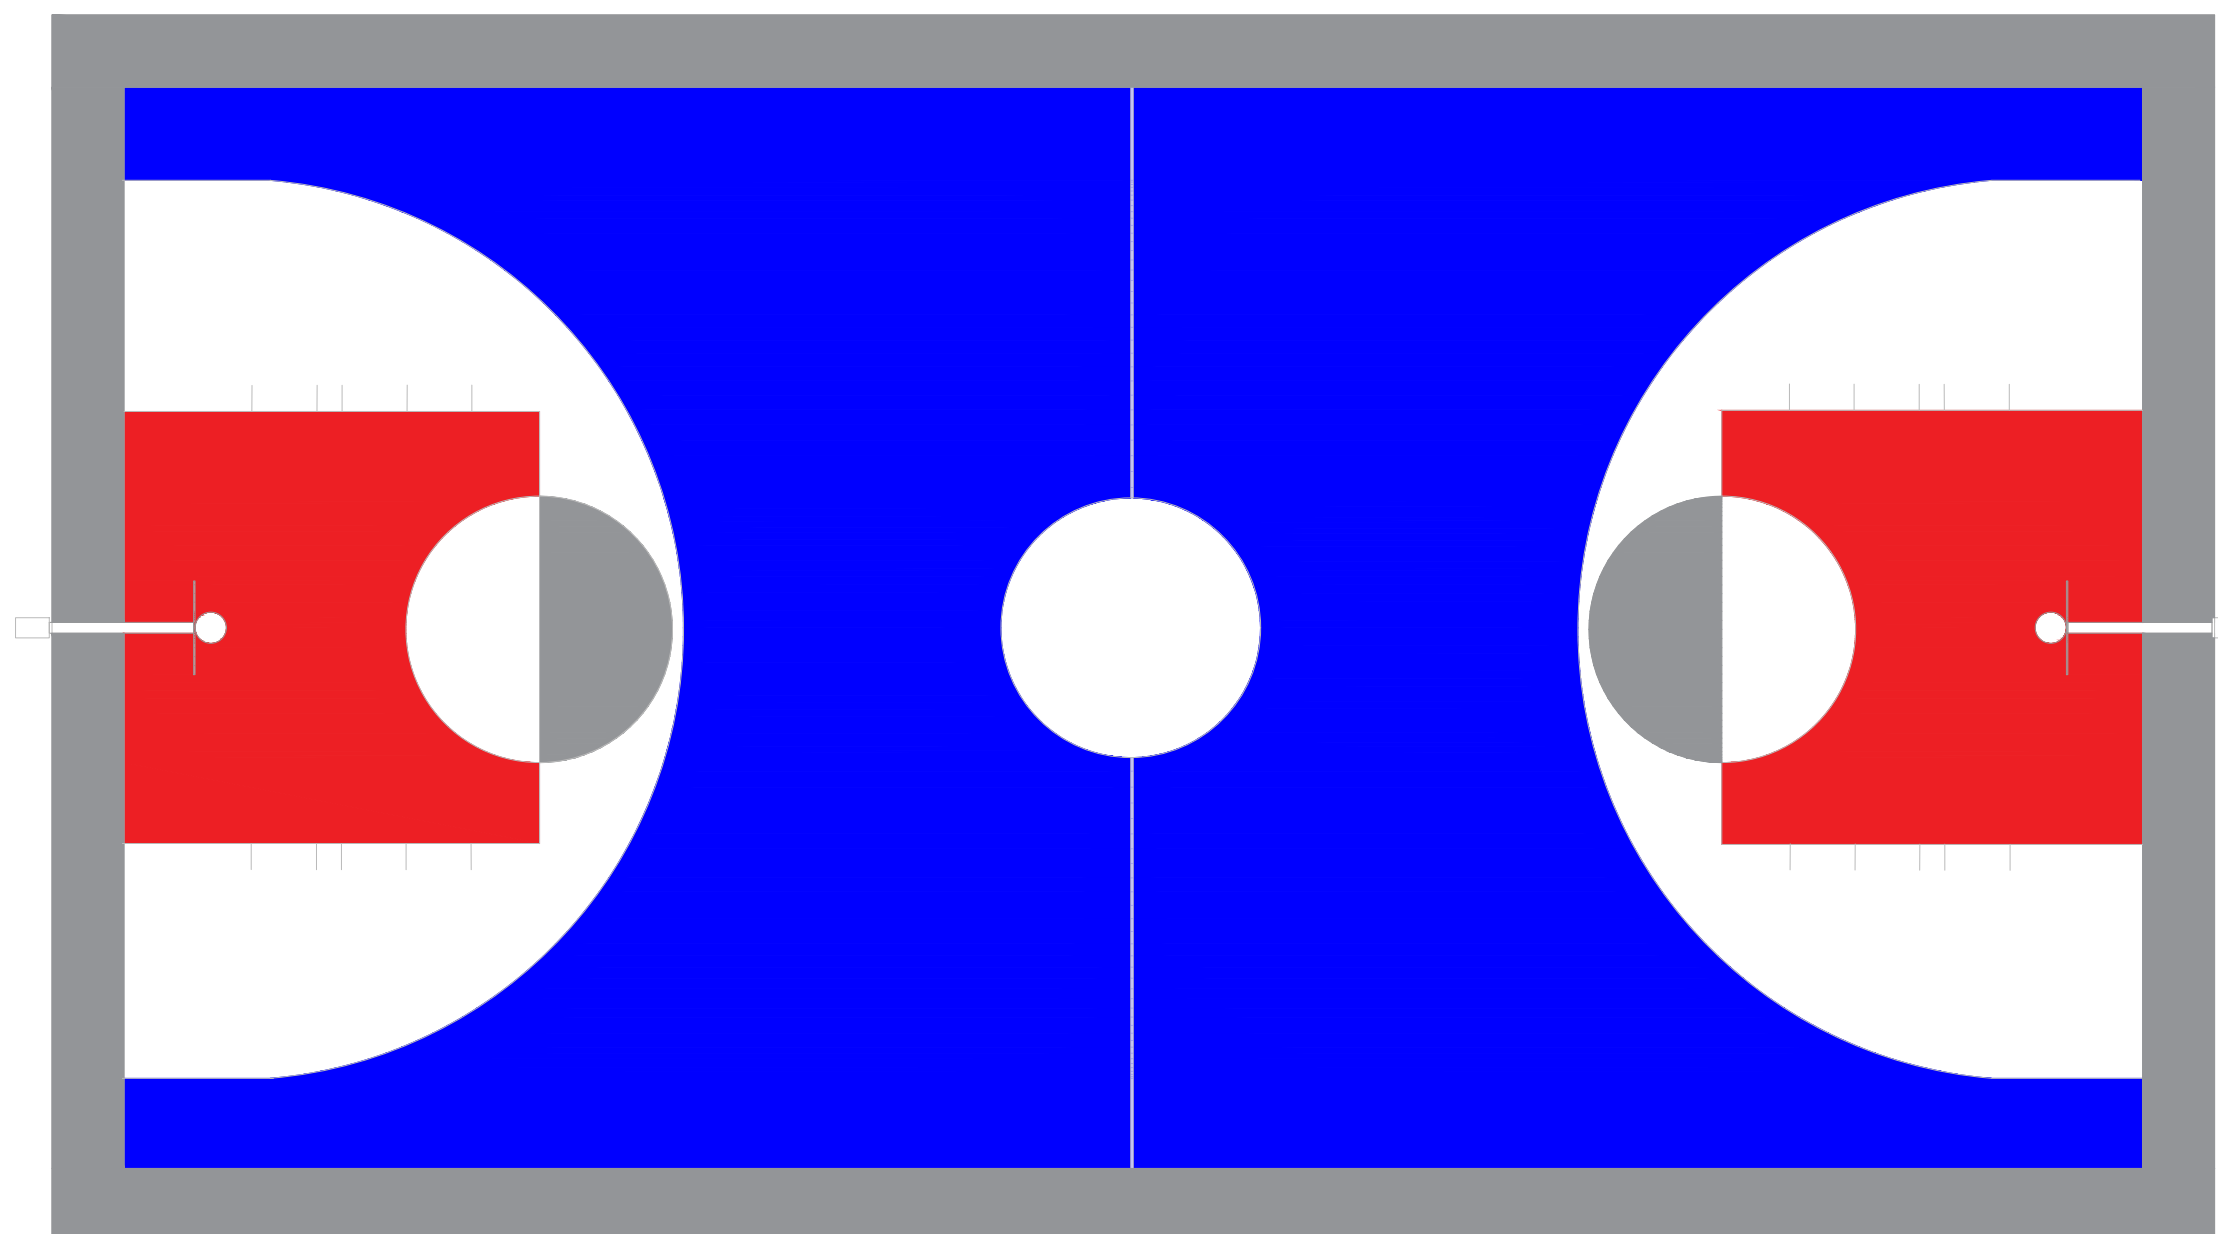

Grafica	Colores
	Gris
	Rojo
	Azul
	Blanco
	Gris Grafito (Lineas)

****NOTA: LOS COLORES EN EL PLANO SOLO SON UNA REPRESENTACION PARA LA APLICACION DE COLORES. GUIARSE DE LOS CODIGOS QUE ESTAN EN LA HOJA**

 

DETALLES ESPECIFICACIONES DE TABLONCILLO SINTETICO

1:100



**DIRECCION DE DESARROLLO
PROVINCIAL
(DDP)**

Ave. Dr. Delgado, Esq. Moises García,
Gazcue, Sto. Dgo., R.D.
TEL.: (809)-364-2189 | FAX.: (809)- 688-1665
E-Mail: info@cpadp.gob.do

PROYECTO:

CONST. CANCHA DE BALONCESTO
PONTÓN,

Prov. Duarte, Mun. San Francisco de Macoris, R.D.

EQUIPO DE TRABAJO:

DISEÑO ARQUITECTÓNICO
ARQ.

codia 00000

ENC. INGENIERÍA
ING.

codia 00000

STRUCTURAL ING.

codia 00000

**ELÉCTRICO
ING.**

codia 00000

HIDRO-SANITARIO
ING.

codia 00000

SELO DE APROBACIÓN:

FECHA:

CONTENIDO:

GRADAS

ESCALA:

1:75

SEPTIEMBRE 2026

NO. PÁGINA:

006



VISTA EN PLANTA - GRADAS

ESC. 1:50




PLANTA ARQUITECTÓNICA DIMENSIONADO - GRADAS

ESC. 1:50




GRADAS


FSC 1:7.5

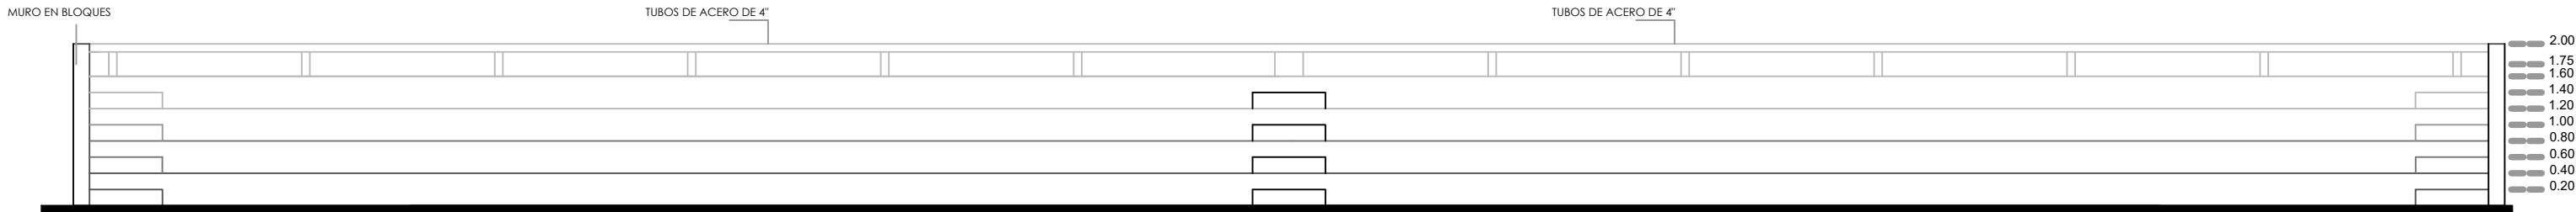


ELEVACIÓN FRONTAL - GRADAS
ESC. 1:50

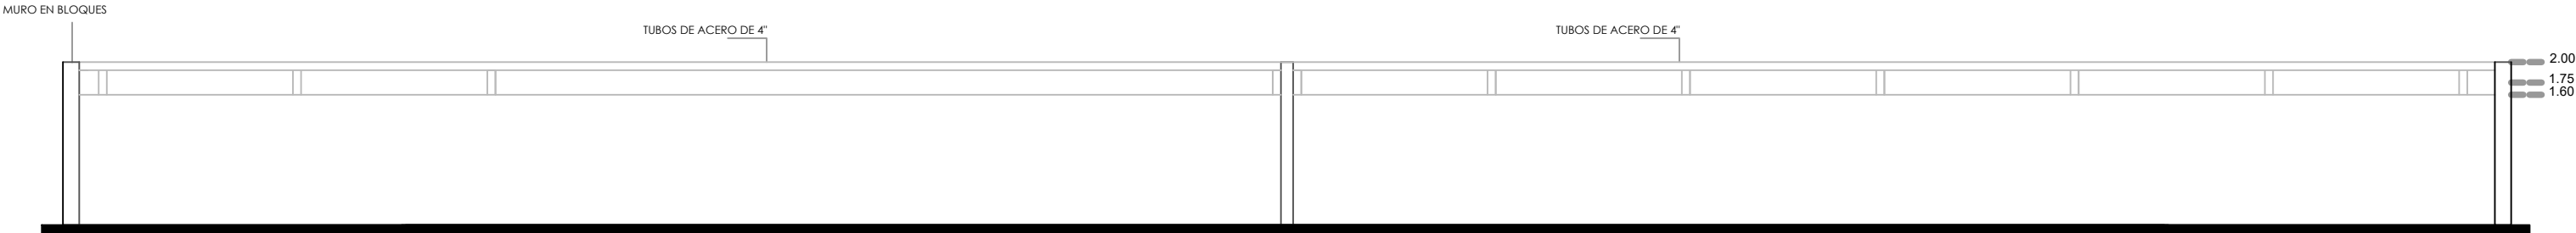


ELEVACIÓN POSTERIOR - GRADAS
ESC. 1:50

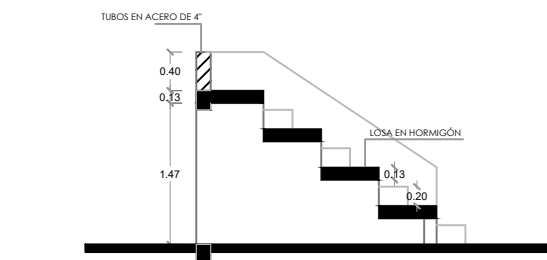

SECCIÓN A-A
ESC. 1:50

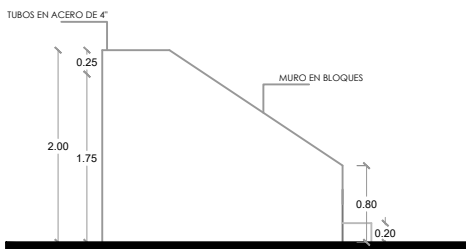

ELEVACIÓN LATERAL IZQ.
ESC. 1:50

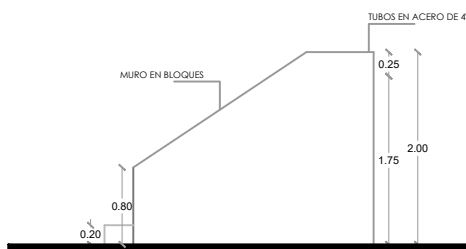

ELEVACIÓN LATERAL DER.
ESC. 1:50

PROYECTO:
**CONST. CANCHA DE BALONCESTO
PONTÓN,**
Prov. Duarte, Mun. San Francisco de
Macoris, R.D.

EQUIPO DE TRABAJO:

DISEÑO ARQUITECTÓNICO
ARQ. _____
codia 00000

ENC. INGENIERÍA
ING. _____
codia 00000

ESTRUCTURAL
ING. _____
codia 00000

ELÉCTRICO
ING. _____
codia 00000

HIDRO-SANITARIO
ING. _____
codia 00000

SELLO DE APROBACIÓN:

FECHA: _____

CONTENIDO:

GRADAS



ESCALA:

1:75


SEPTIEMBRE 2026

NO. PÁGINA:


008

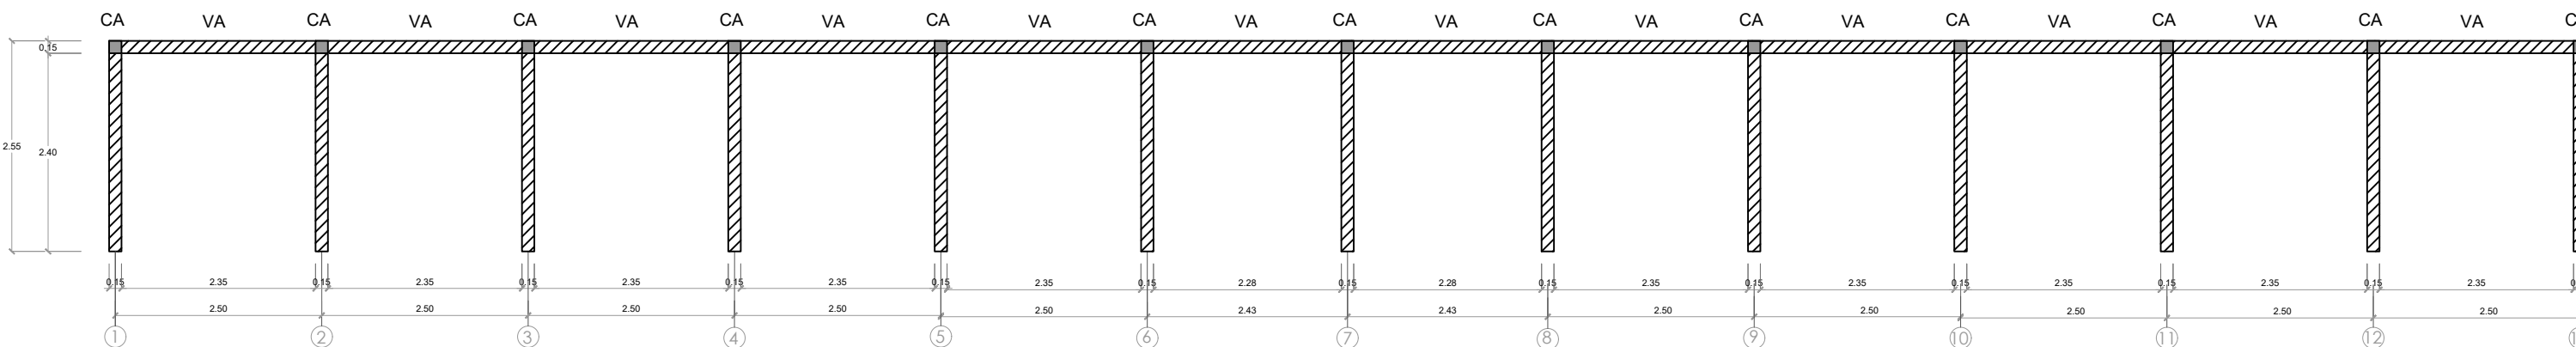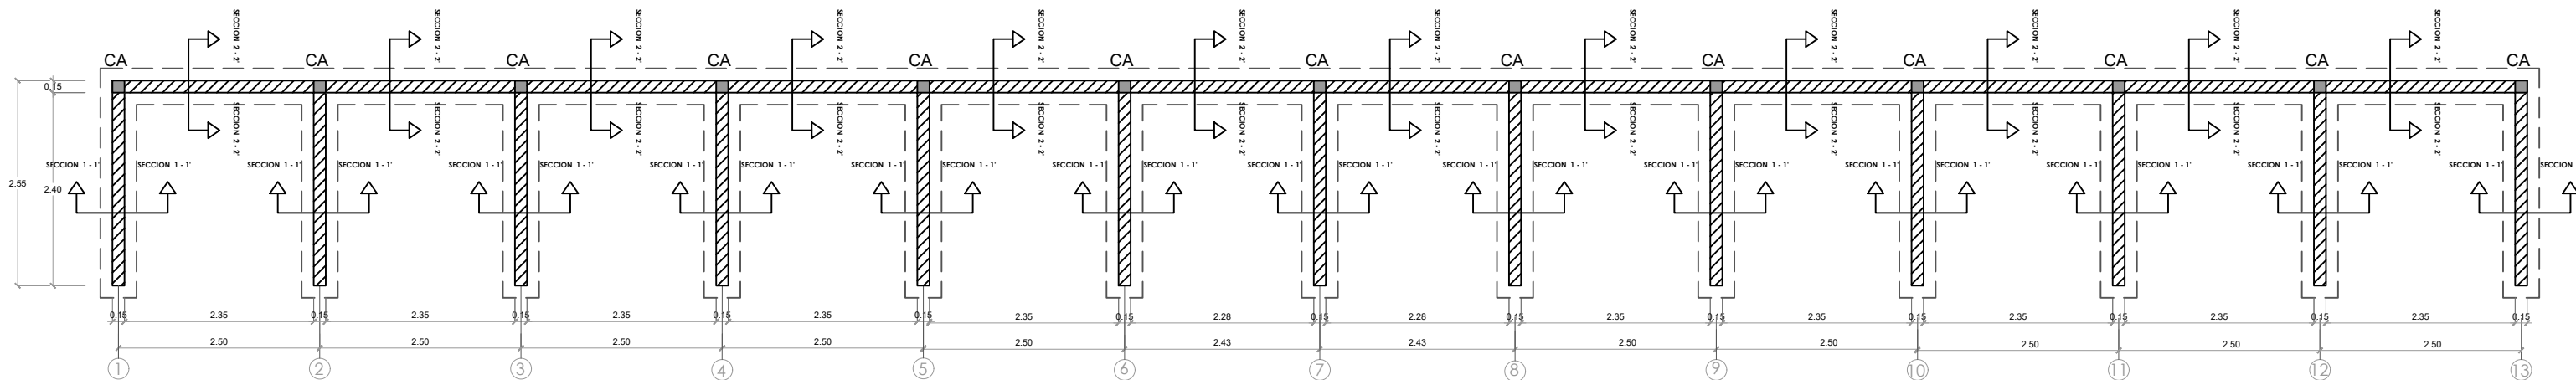

 **PLANTA ESTRUCTURAL DE GRADA**
ESC. 1:50

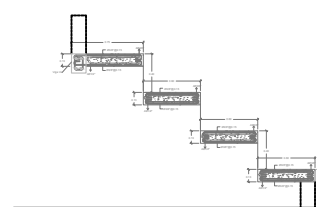

 **SECCIÓN LOSA - GRADA**
ESC. 1:50

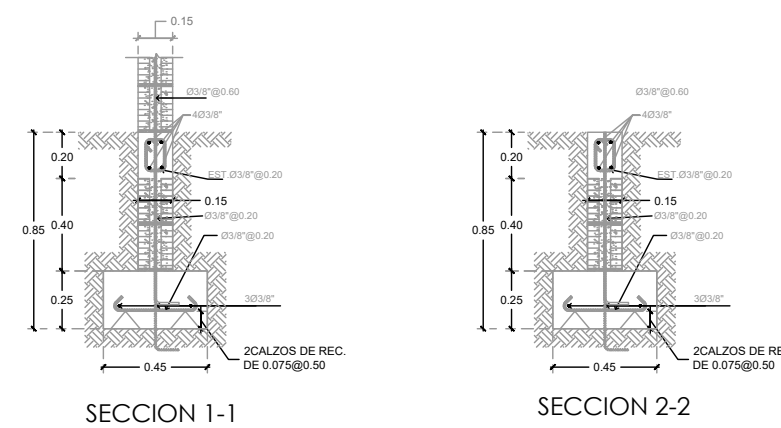

 **DETALLE ZAPATA**
ESC. 1:50

 **DETALLES ESTRUCTURALES DE GRADAS**
ESC. 1:75

PROYECTO:
**CONST. CANCHA DE BALONCESTO
PONTÓN,**
Prov. Duarte, Mun. San Francisco de
Macoris, R.D.

EQUIPO DE TRABAJO:

DISEÑO ARQUITECTÓNICO ARQ.	codia 00000
ENC. INGENIERÍA ING.	codia 00000
ESTRUCTURAL ING.	codia 00000
ELÉCTRICO ING.	codia 00000
HIDRO-SANITARIO ING.	codia 00000

SELLO DE APROBACIÓN:


FECHA: _____


CONTENIDO:
BANQUETAS


ESCALA:
1:15


SEPTIEMBRE 2026


NO. PÁGINA:
009

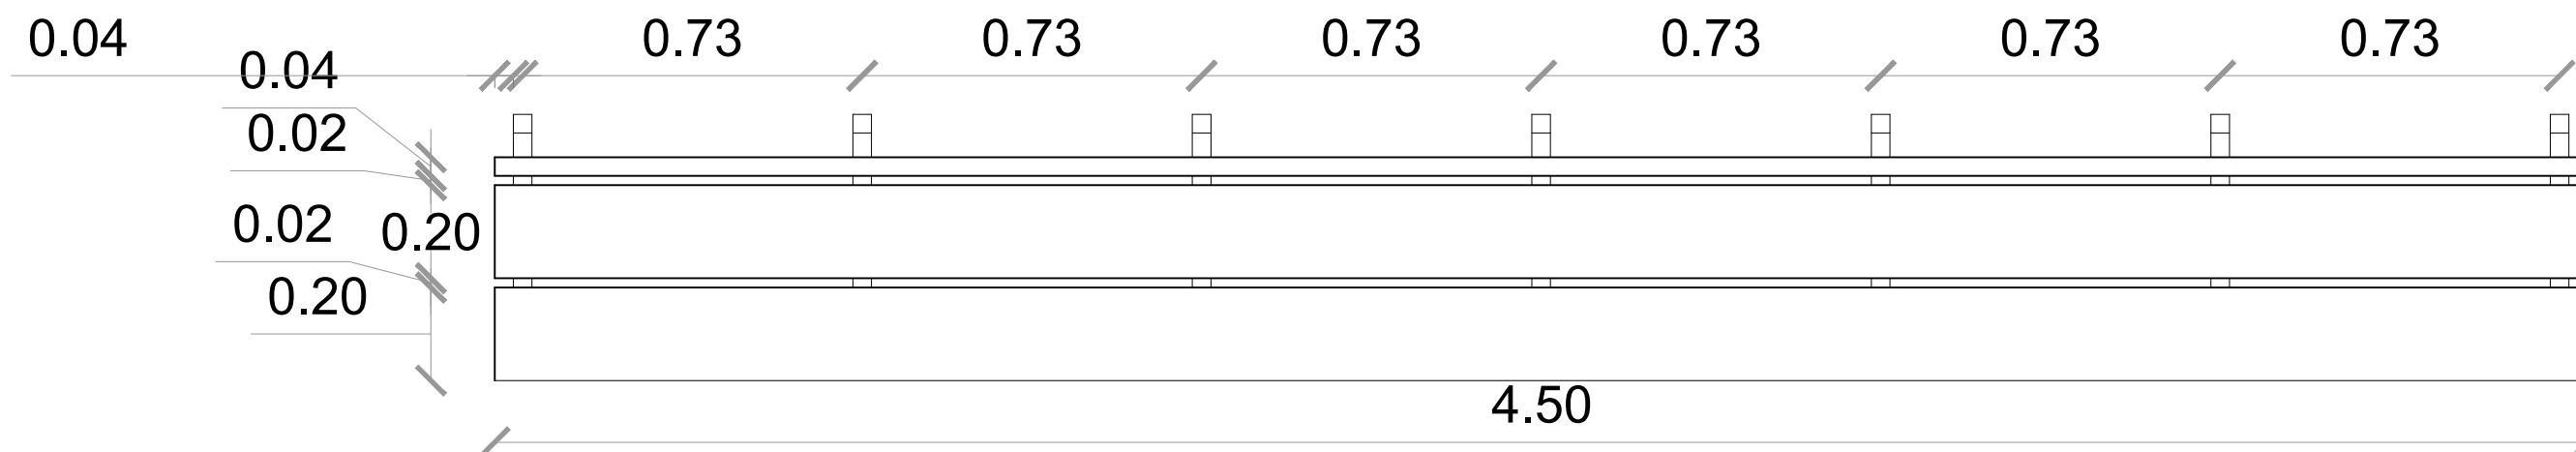

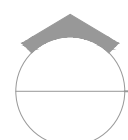 **PLANTA**
ESC. 1:15

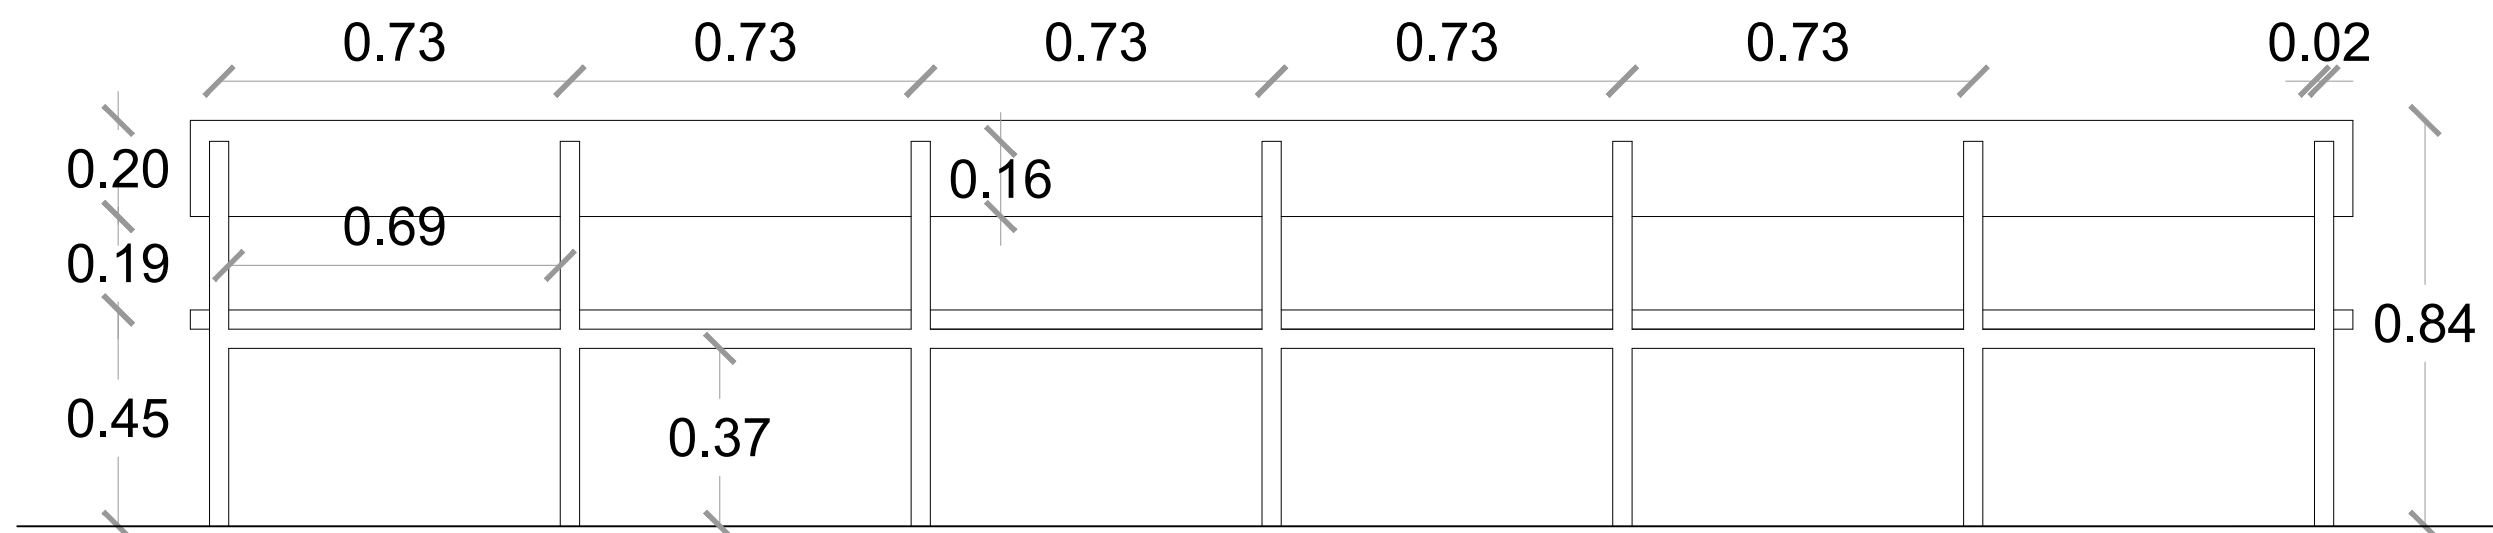






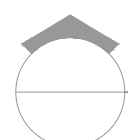
 **ELEVACIÓN POSTERIOR**
ESC. 1:15

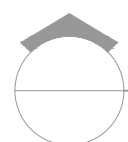
 **SECCIÓN TRANSVERSAL - BANQUETAS**
ESC. 1:15

Acero laminado pintado,
seccion cuadrada
4 cm x 4

Tablas
laqueadas
1 1/2" x 8"

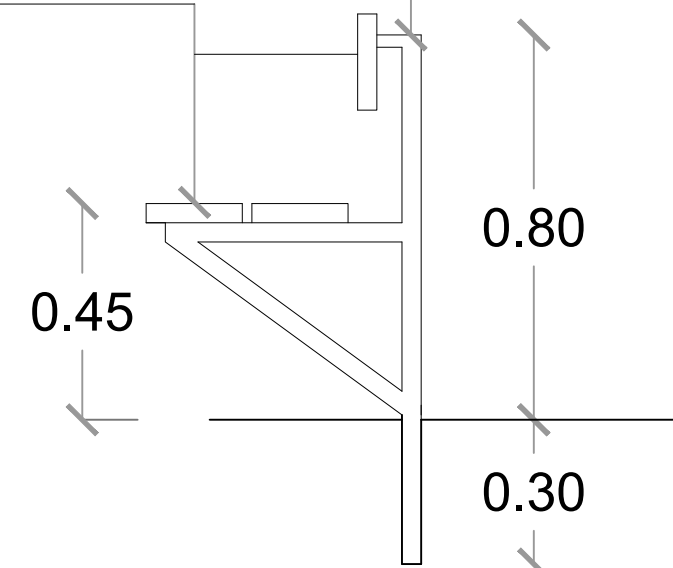

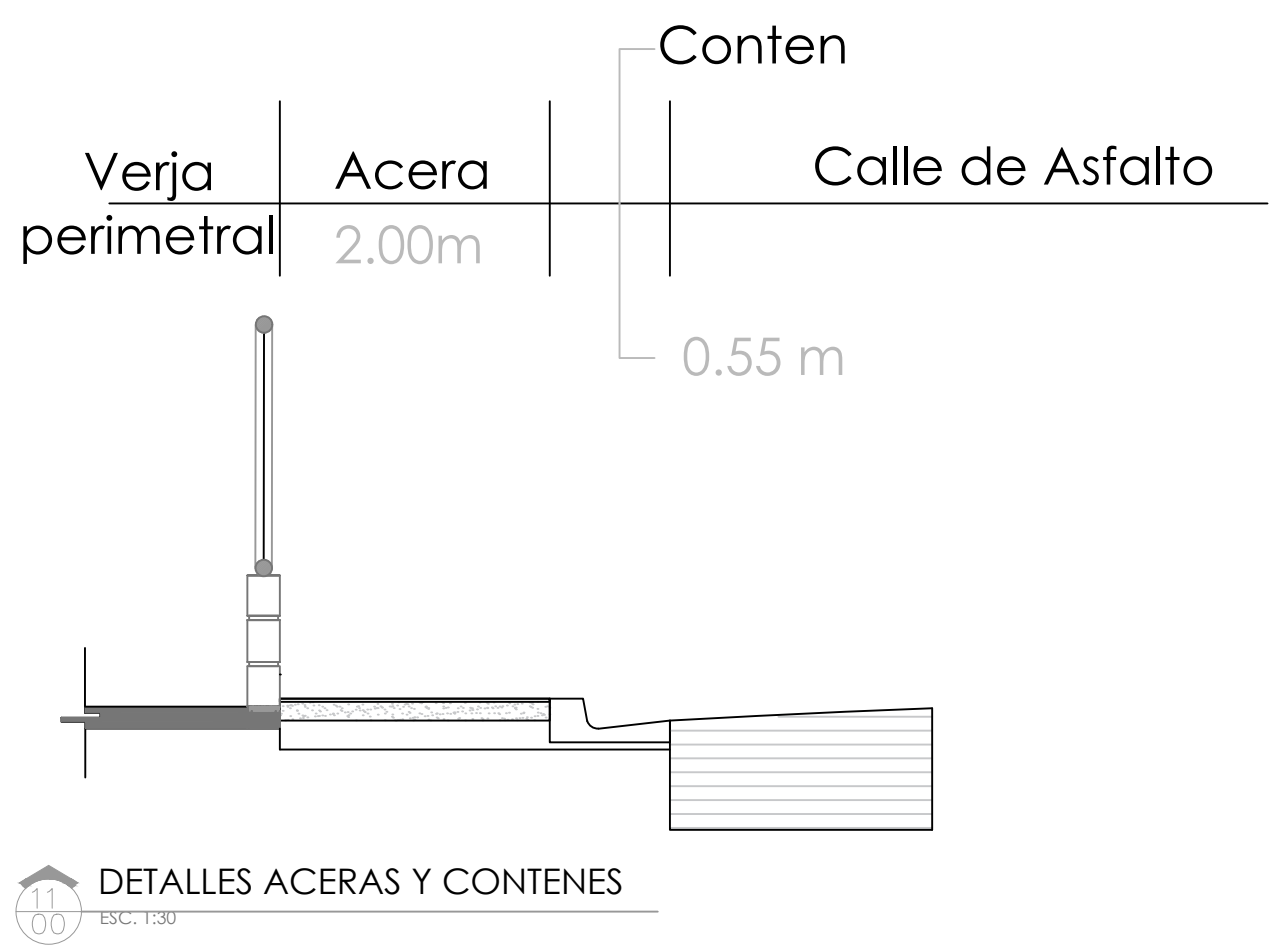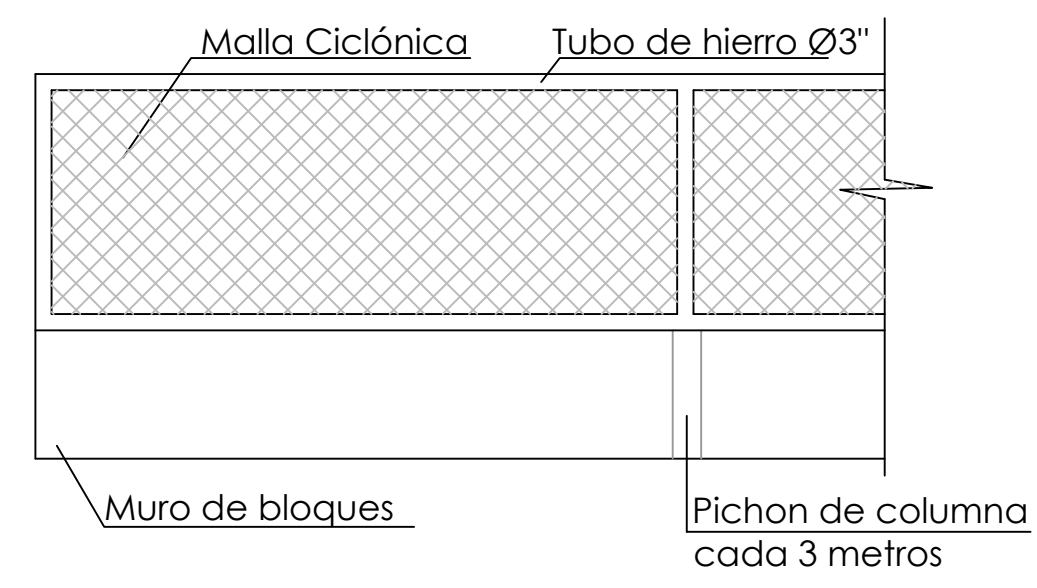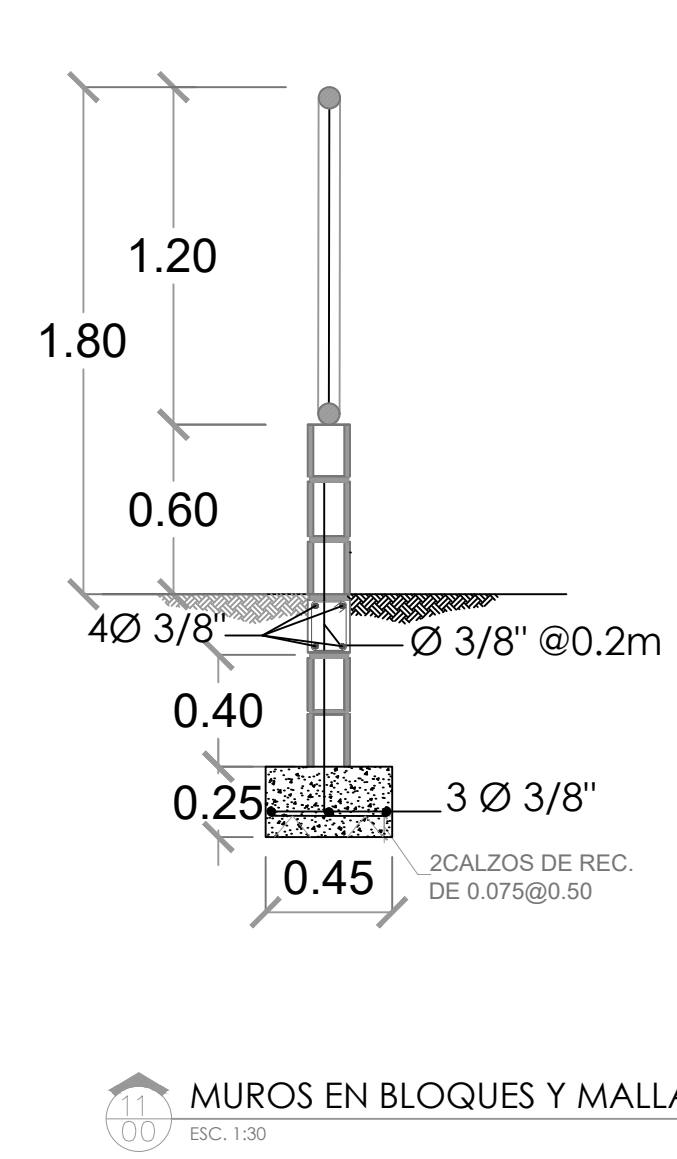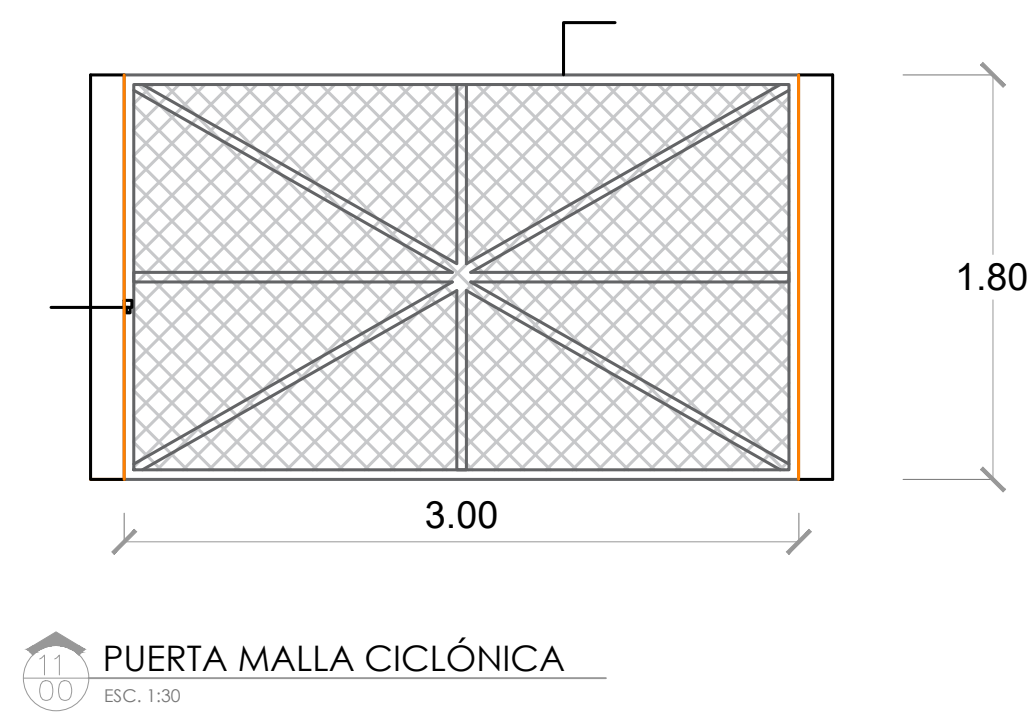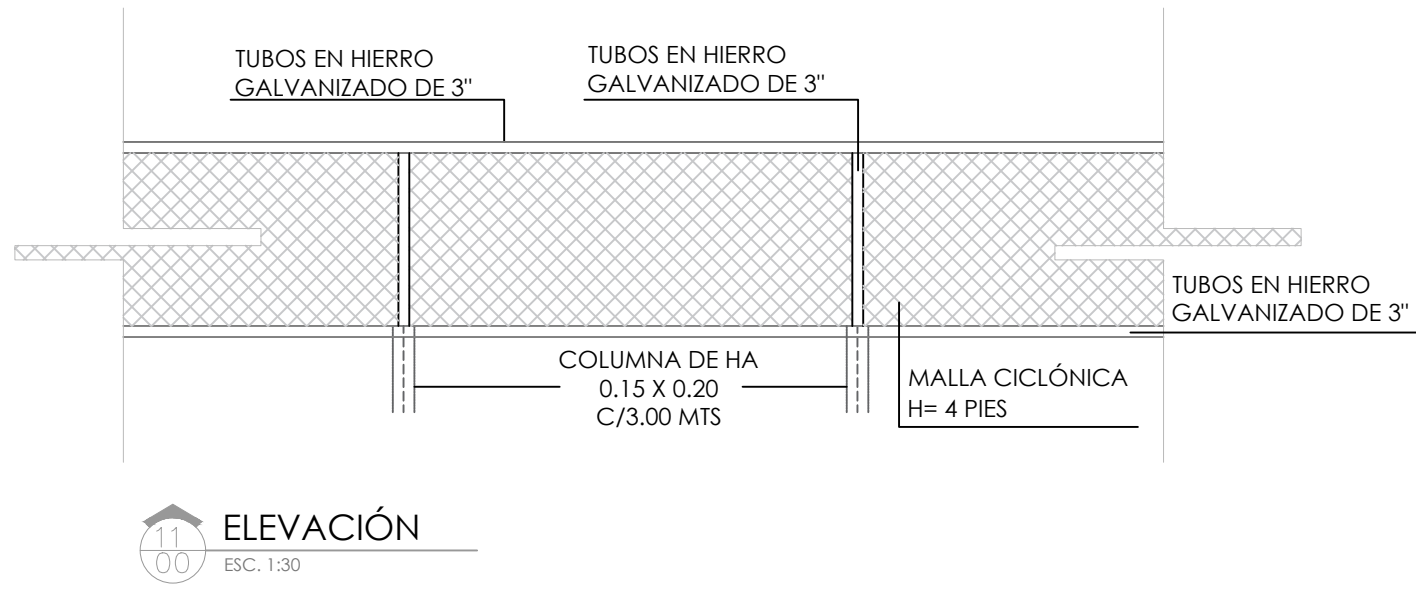

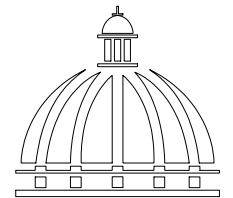

**GOBIERNO DE LA
REPÚBLICA DOMINICANA**

**DIRECCION DE DESARROLLO
PROVINCIAL
(DDP)**

Ave. Dr. Delgado, Esq. Moises García,
Gazcue, Sto. Dgo., R.D.
TEL.: (809)-364-2189 | FAX.: (809)- 688-1665
E-Mail: info@cpadp.gob.do

PROYECTO:
**CONST. CANCHA DE BALONCESTO
PONTÓN,**

Prov. Duarte, Mun. San Francisco de
Macoris, R.D.

EQUIPO DE TRABAJO:

DISEÑO ARQUITECTÓNICO
ARQ. _____
codia 00000

ENC. INGENIERÍA
ING. _____
codia 00000

ESTRUCTURAL
ING. _____
codia 00000

ELÉCTRICO
ING. _____
codia 00000

HIDRO-SANITARIO
ING. _____
codia 00000

SELLO DE APROBACIÓN:

FECHA: _____

CONTENIDO:

DETALLES VERJA PERIMETRAL

ESCALA:

1:50

SEPTIEMBRE 2026

NO. PÁGINA:

010

PROYECTO:
**CONST. CANCHA DE BALONCESTO
PONTÓN,**
**Prov. Duarte, Mun. San Francisco de
Macoris, R.D.**

EQUIPO DE TRABAJO:	
DISEÑO ARQUITECTÓNICO ARQ.	codia 00000
ENC. INGENIERÍA ING.	codia 00000
ESTRUCTURAL ING.	codia 00000
ELÉCTRICO ING.	codia 00000
HIDRO-SANITARIO ING.	codia 00000

SELLO DE APROBACIÓN:

FECHA:

CONTENIDO:

PLANTA DE TECHO


ESCALA:

1:30

SEPTIEMBRE 2026

NO. PÁGINA:

011

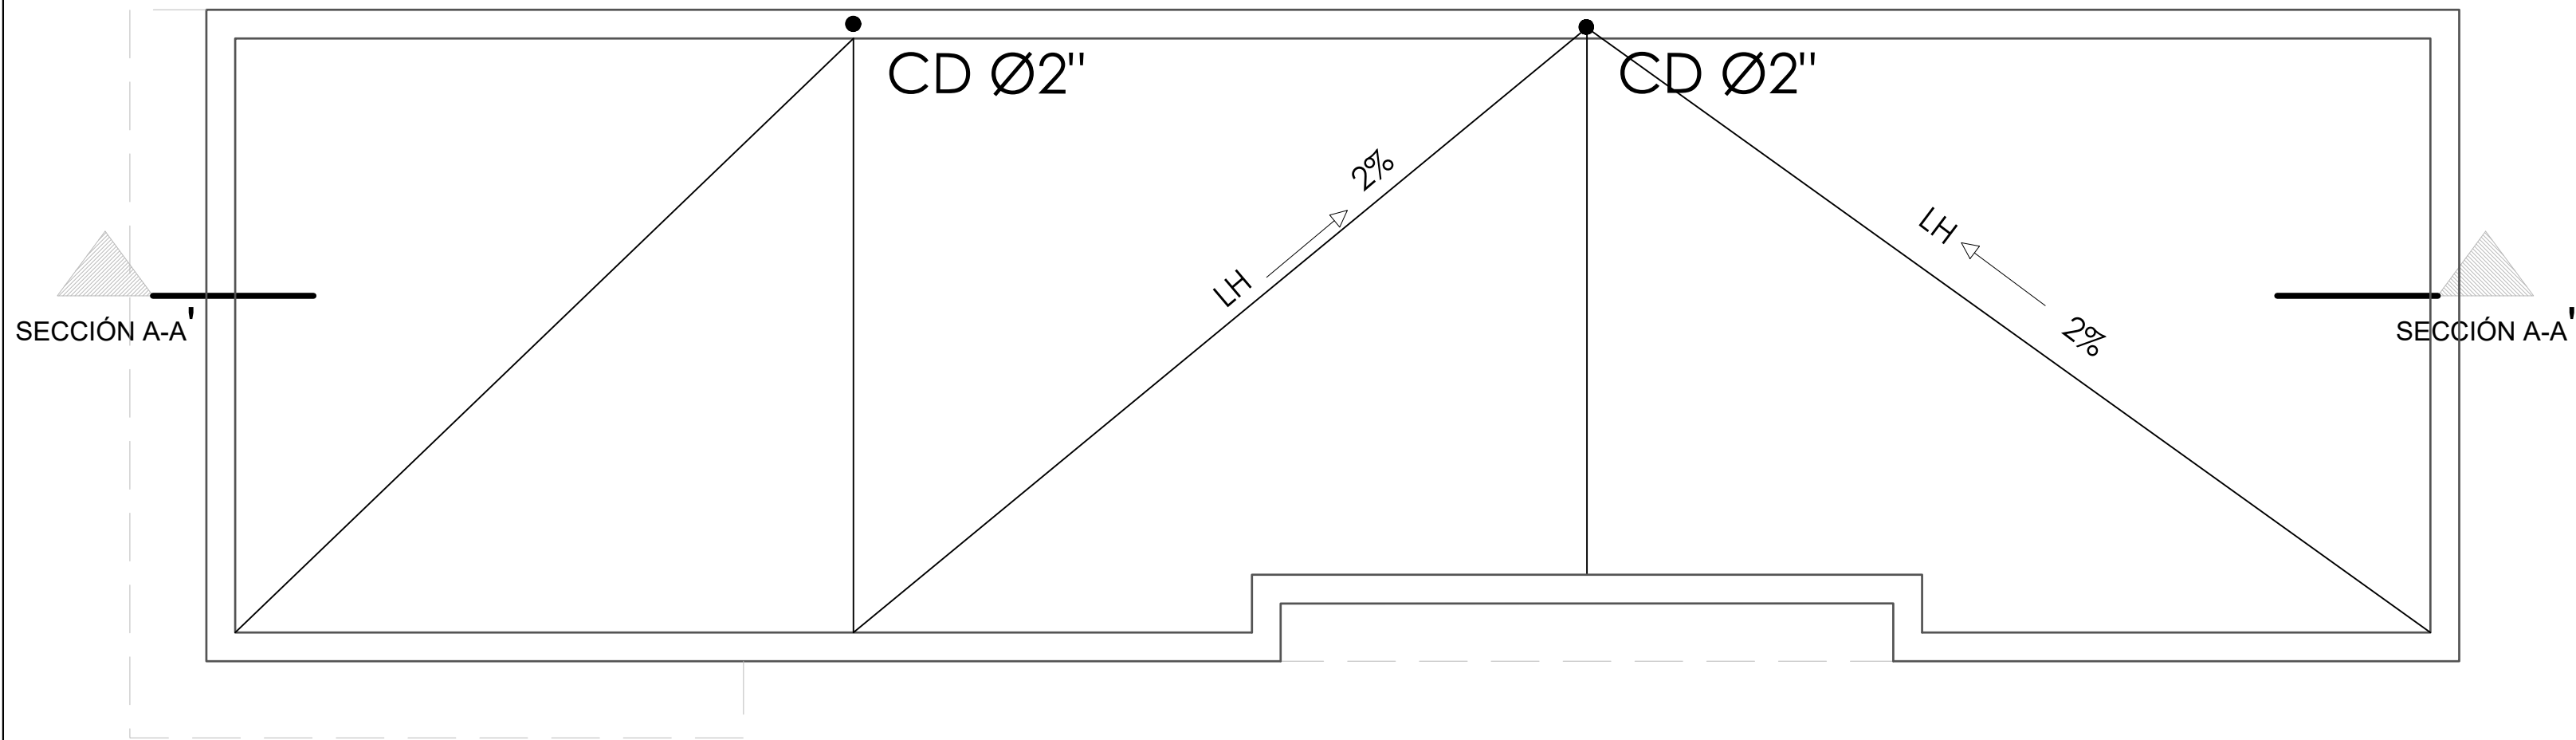



**DIRECCION DE DESARROLLO
PROVINCIAL
(DDP)**

Ave. Dr. Delgado, Esq. Moises García,
Gazcue, Sto. Dgo., R.D.
TEL.: (809)-364-2189 | FAX.: (809)- 688-1665
E-Mail: info@cpadp.gob.do

PROYECTO:

CONST. CANCHA DE BALONCESTO
PONTÓN,

Prov. Duarte, Mun. San Francisco de
Macoris, R.D.

EQUIPO DE TRABAJO:

DISEÑO ARQUITECTÓNICO
ARQ.

codia 00000 _____

ENC. INGENIERÍA
ING.

codia 00000 _____

STRUCTURAL ING.

codia 00000

ELÉCTRICO
ING.

codia 00000 _____

HIDRO-SANITARIO
ING.

codia 00000 _____

SELO DE APROBACIÓN:

FECHA:

CONTENIDO:


**PLANTA DE TECHO DIMENSIONADA
-OFICINA , BAÑO, ALMACEN Y
CAFETERIA-**

ESCALA: **1:30**

SEPTIEMBRE 2026

NO. PÁGINA:

012

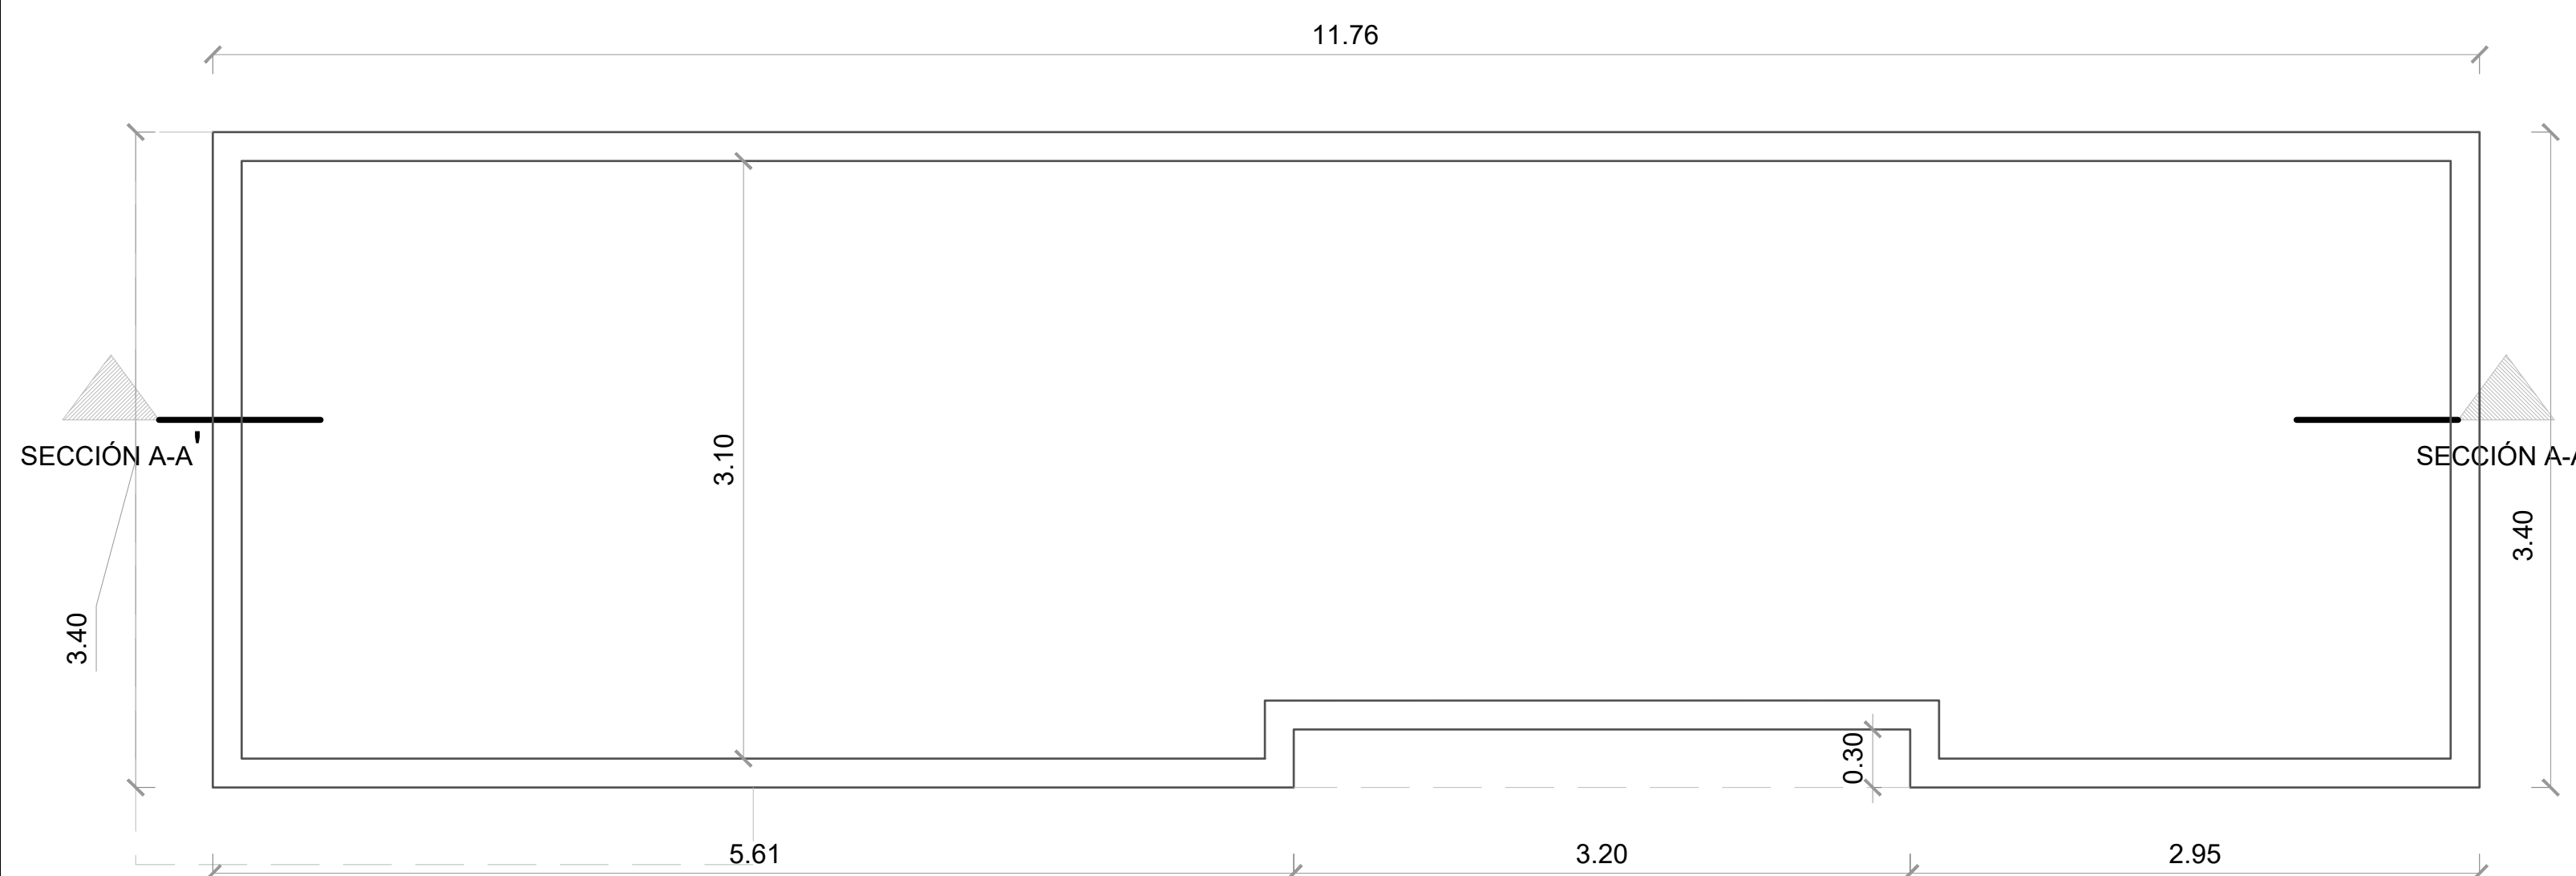

PLANTA DE TECHO DIMENSIONADA

ESC. 1:30

PROYECTO:
**CONST. CANCHA DE BALONCESTO
PONTÓN,**

Prov. Duarte, Mun. San Francisco de
Macoris, R.D.

EQUIPO DE TRABAJO:	
DISEÑO ARQUITECTÓNICO ARQ.	codia 00000
ENC. INGENIERÍA ING.	codia 00000
ESTRUCTURAL ING.	codia 00000
ELÉCTRICO ING.	codia 00000
HIDRO-SANITARIO ING.	codia 00000

SELLO DE APROBACIÓN:


FECHA:

CONTENIDO:
**PLANTA ARQUITECTÓNICA
AMUEBLADA
- OFICINA , BAÑO, ALMACEN Y
CAFETERIA-**

ESCALA: **1:30**

SEPTIEMBRE 2026

NO. PÁGINA:
013

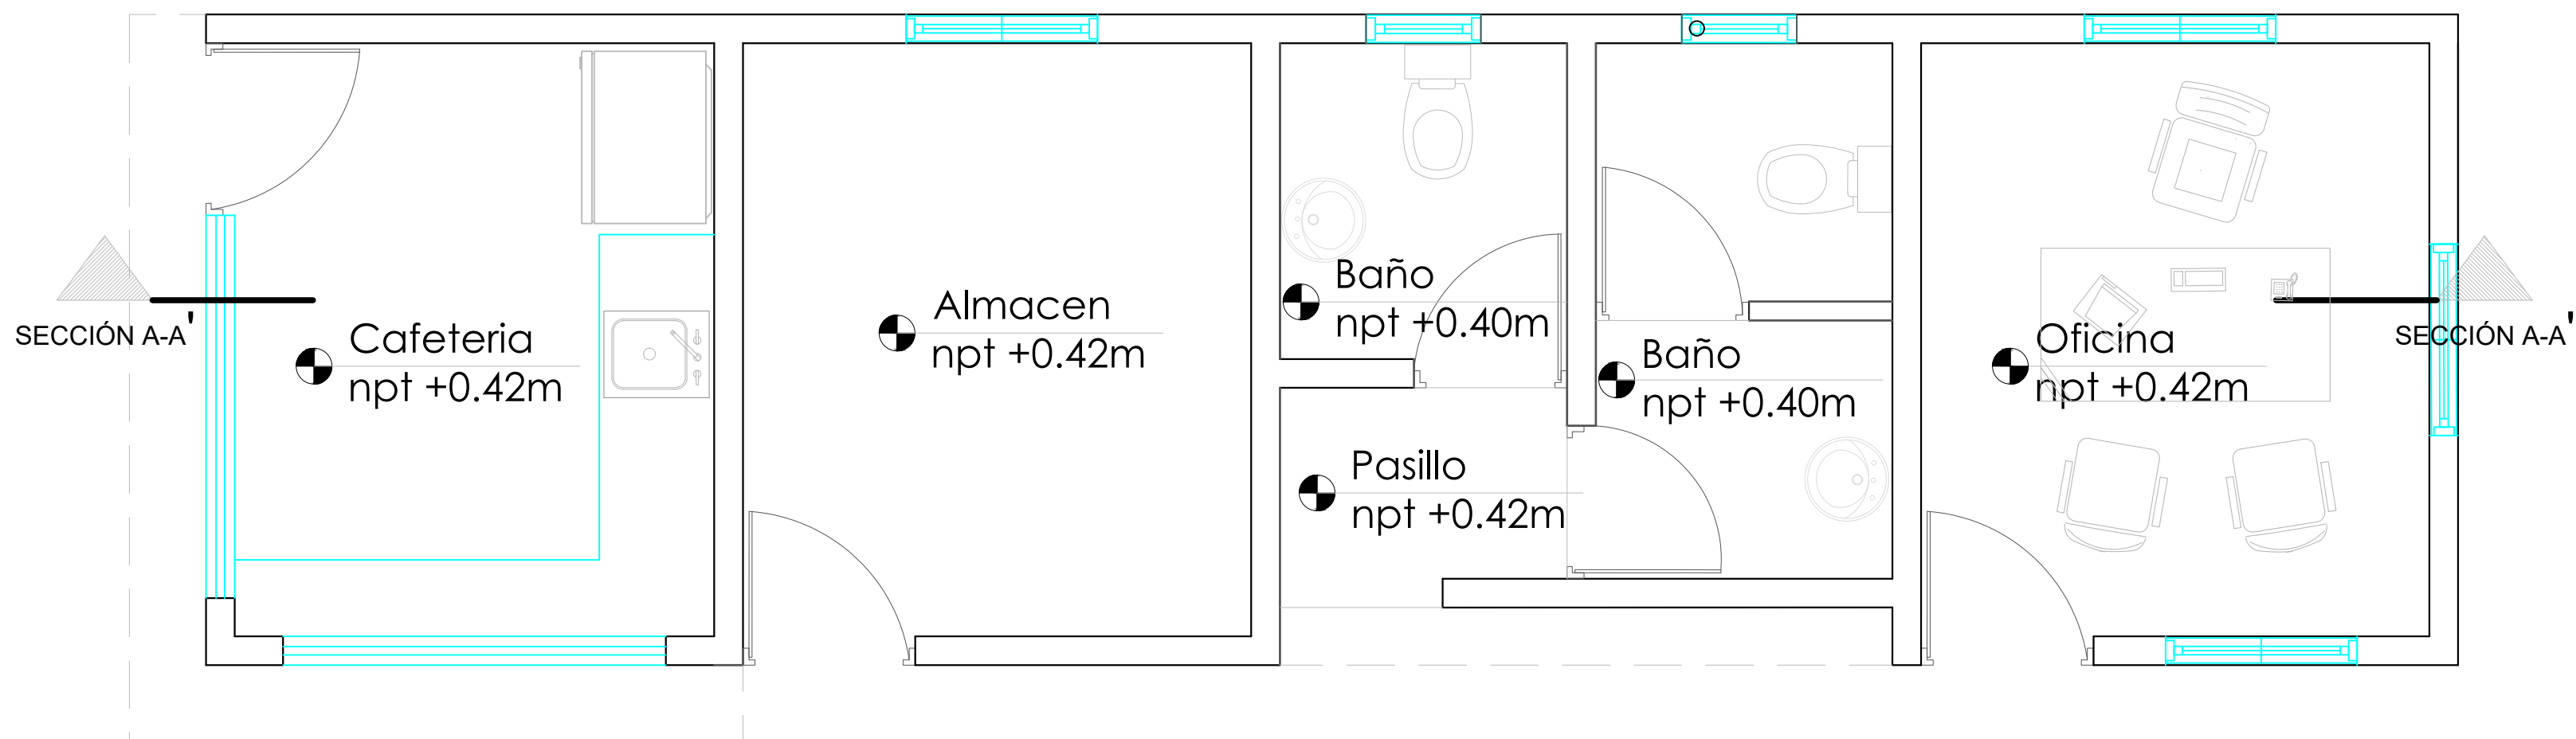

 **PLANTA ARQUITECTÓNICA AMUEBLADA - OFICINA Y BAÑO**
ESC. 1:30

EQUIPO DE TRABAJO:	
DISEÑO ARQUITECTÓNICO	
ARQ.	codia 00000
ENC. INGENIERÍA	
ING.	codia 00000
ESTRUCTURAL	
ING.	codia 00000
ELÉCTRICO	
ING.	codia 00000
HIDRO-SANITARIO	
ING.	codia 00000

SELLO DE APROBACIÓN:

FECHA: _____


CONTENIDO:
**PLANTA ARQUITECTÓNICA
DIMENSIONADA
- OFICINA , BAÑO, ALMACEN Y
CAFETERIA-**

ESCALA: **1:30**

SEPTIEMBRE 2026


NO. PÁGINA:

014

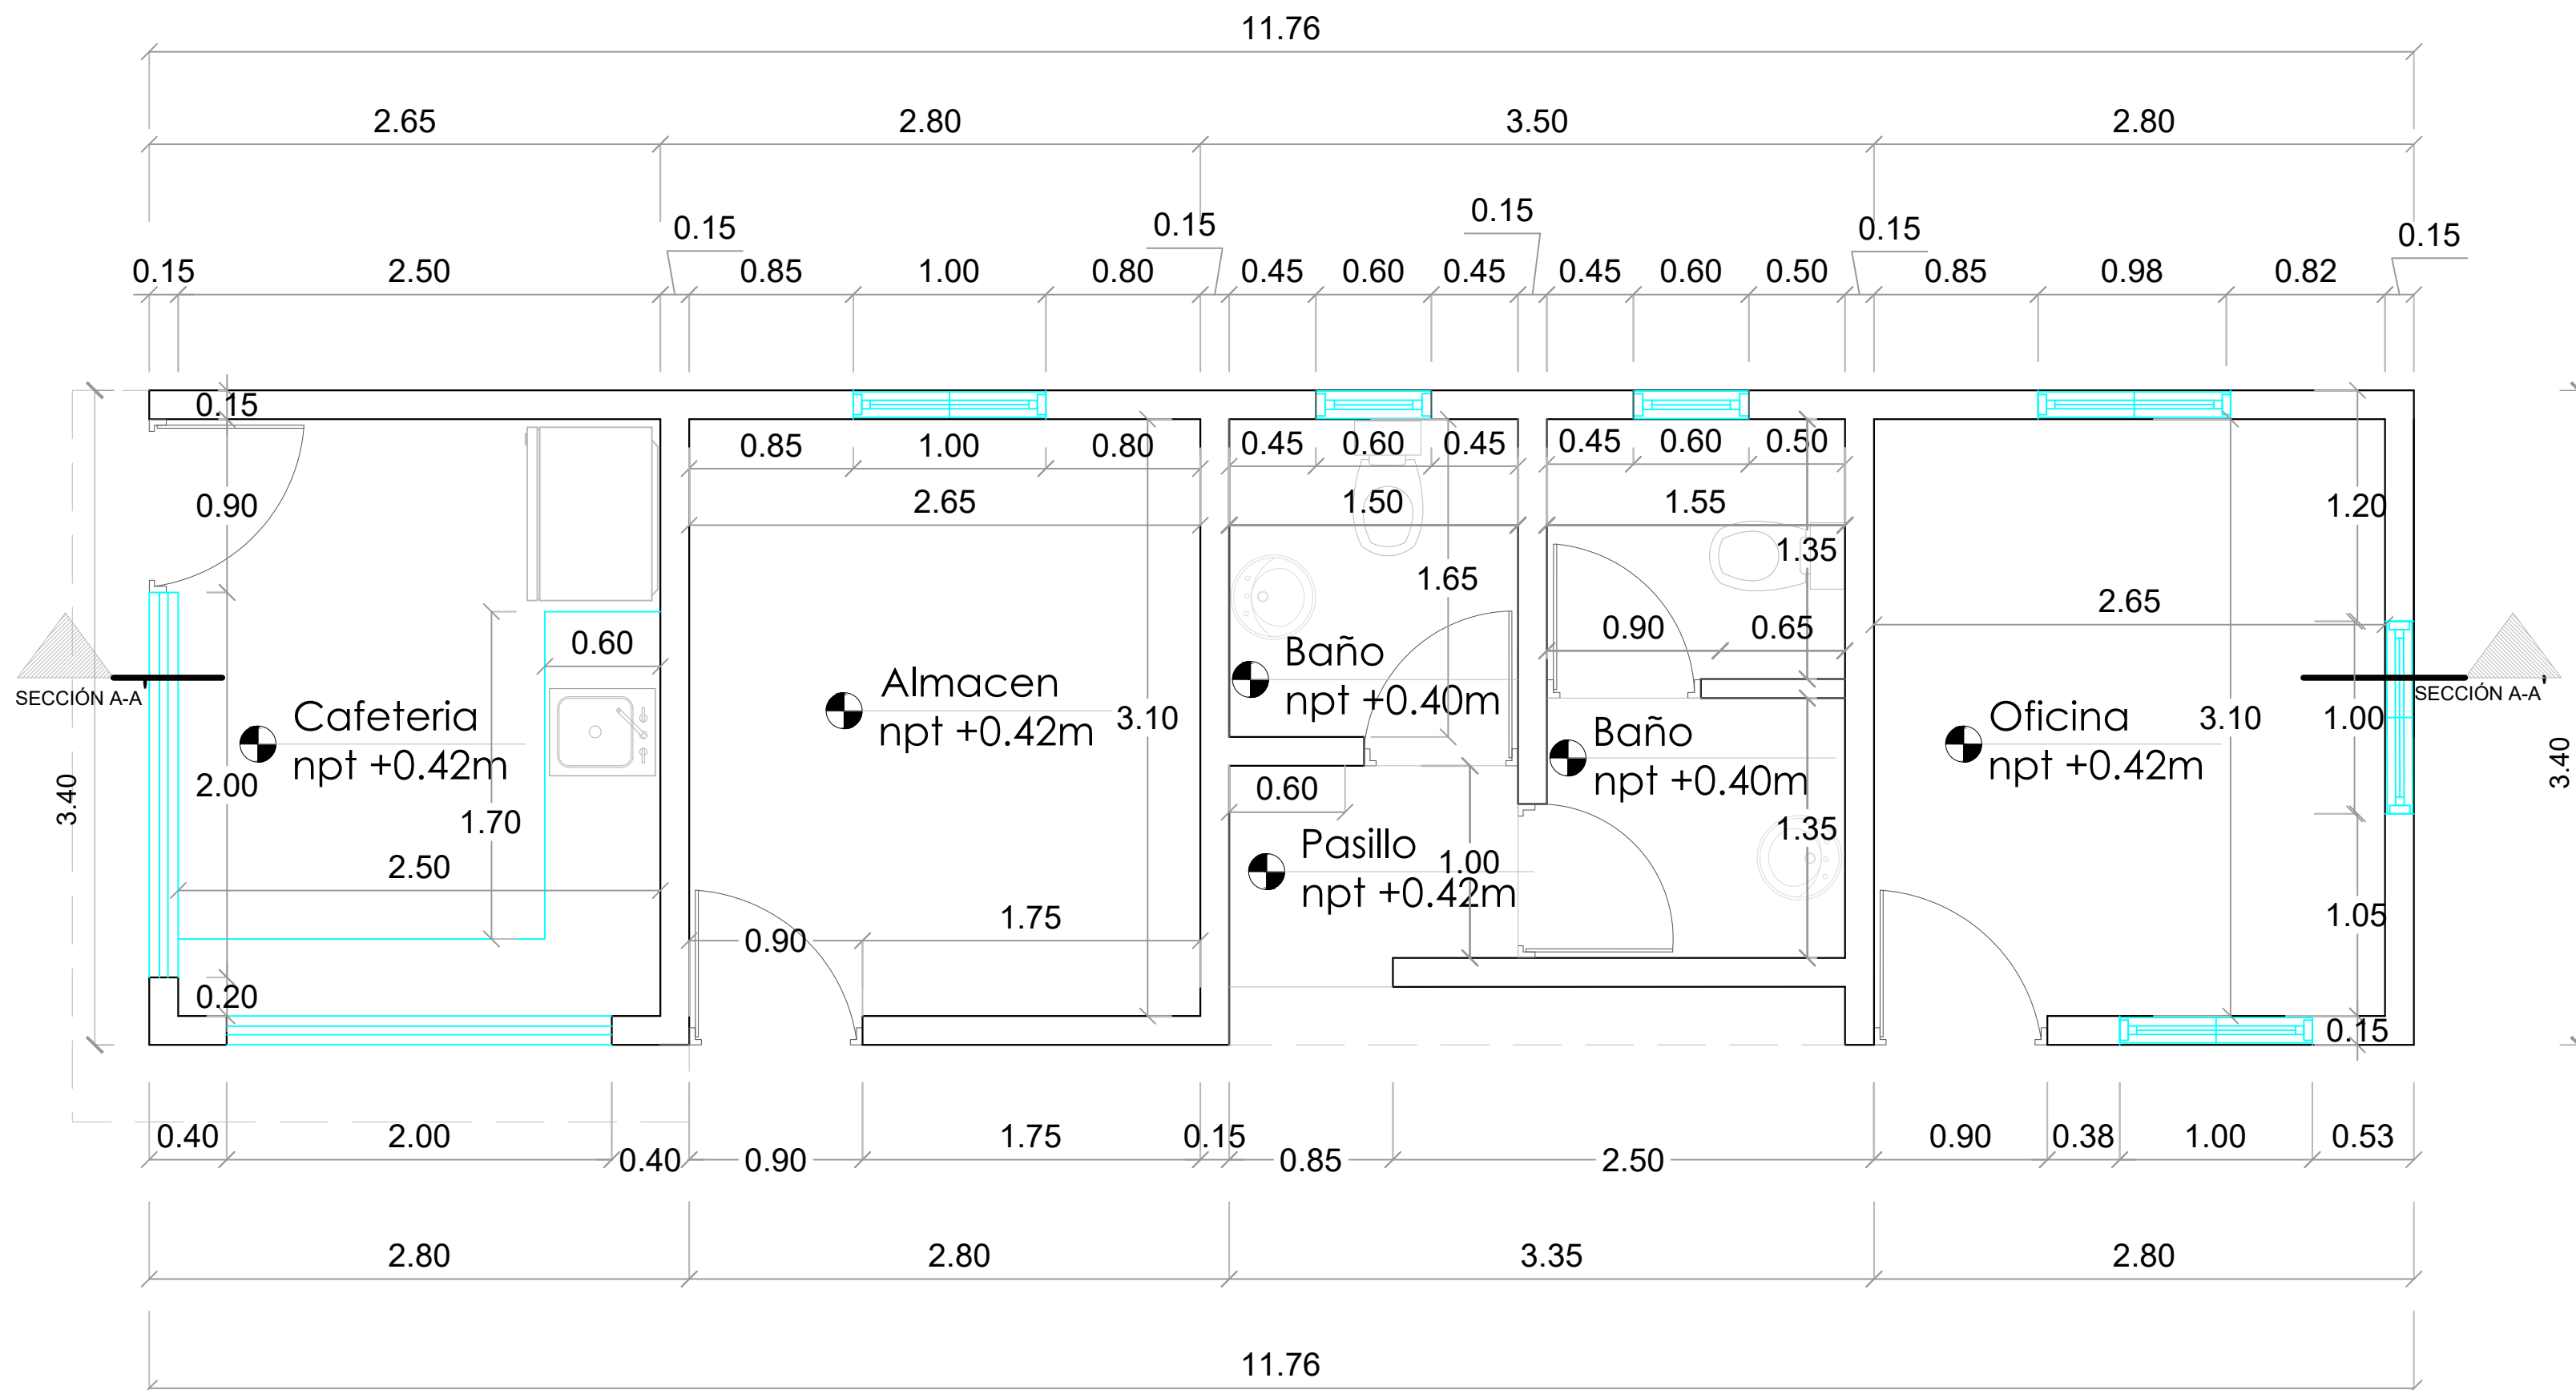


PLANTA ARQUITECTÓNICA DIMENSIONADA - OFICINA Y BAÑO

ESC. 1:30

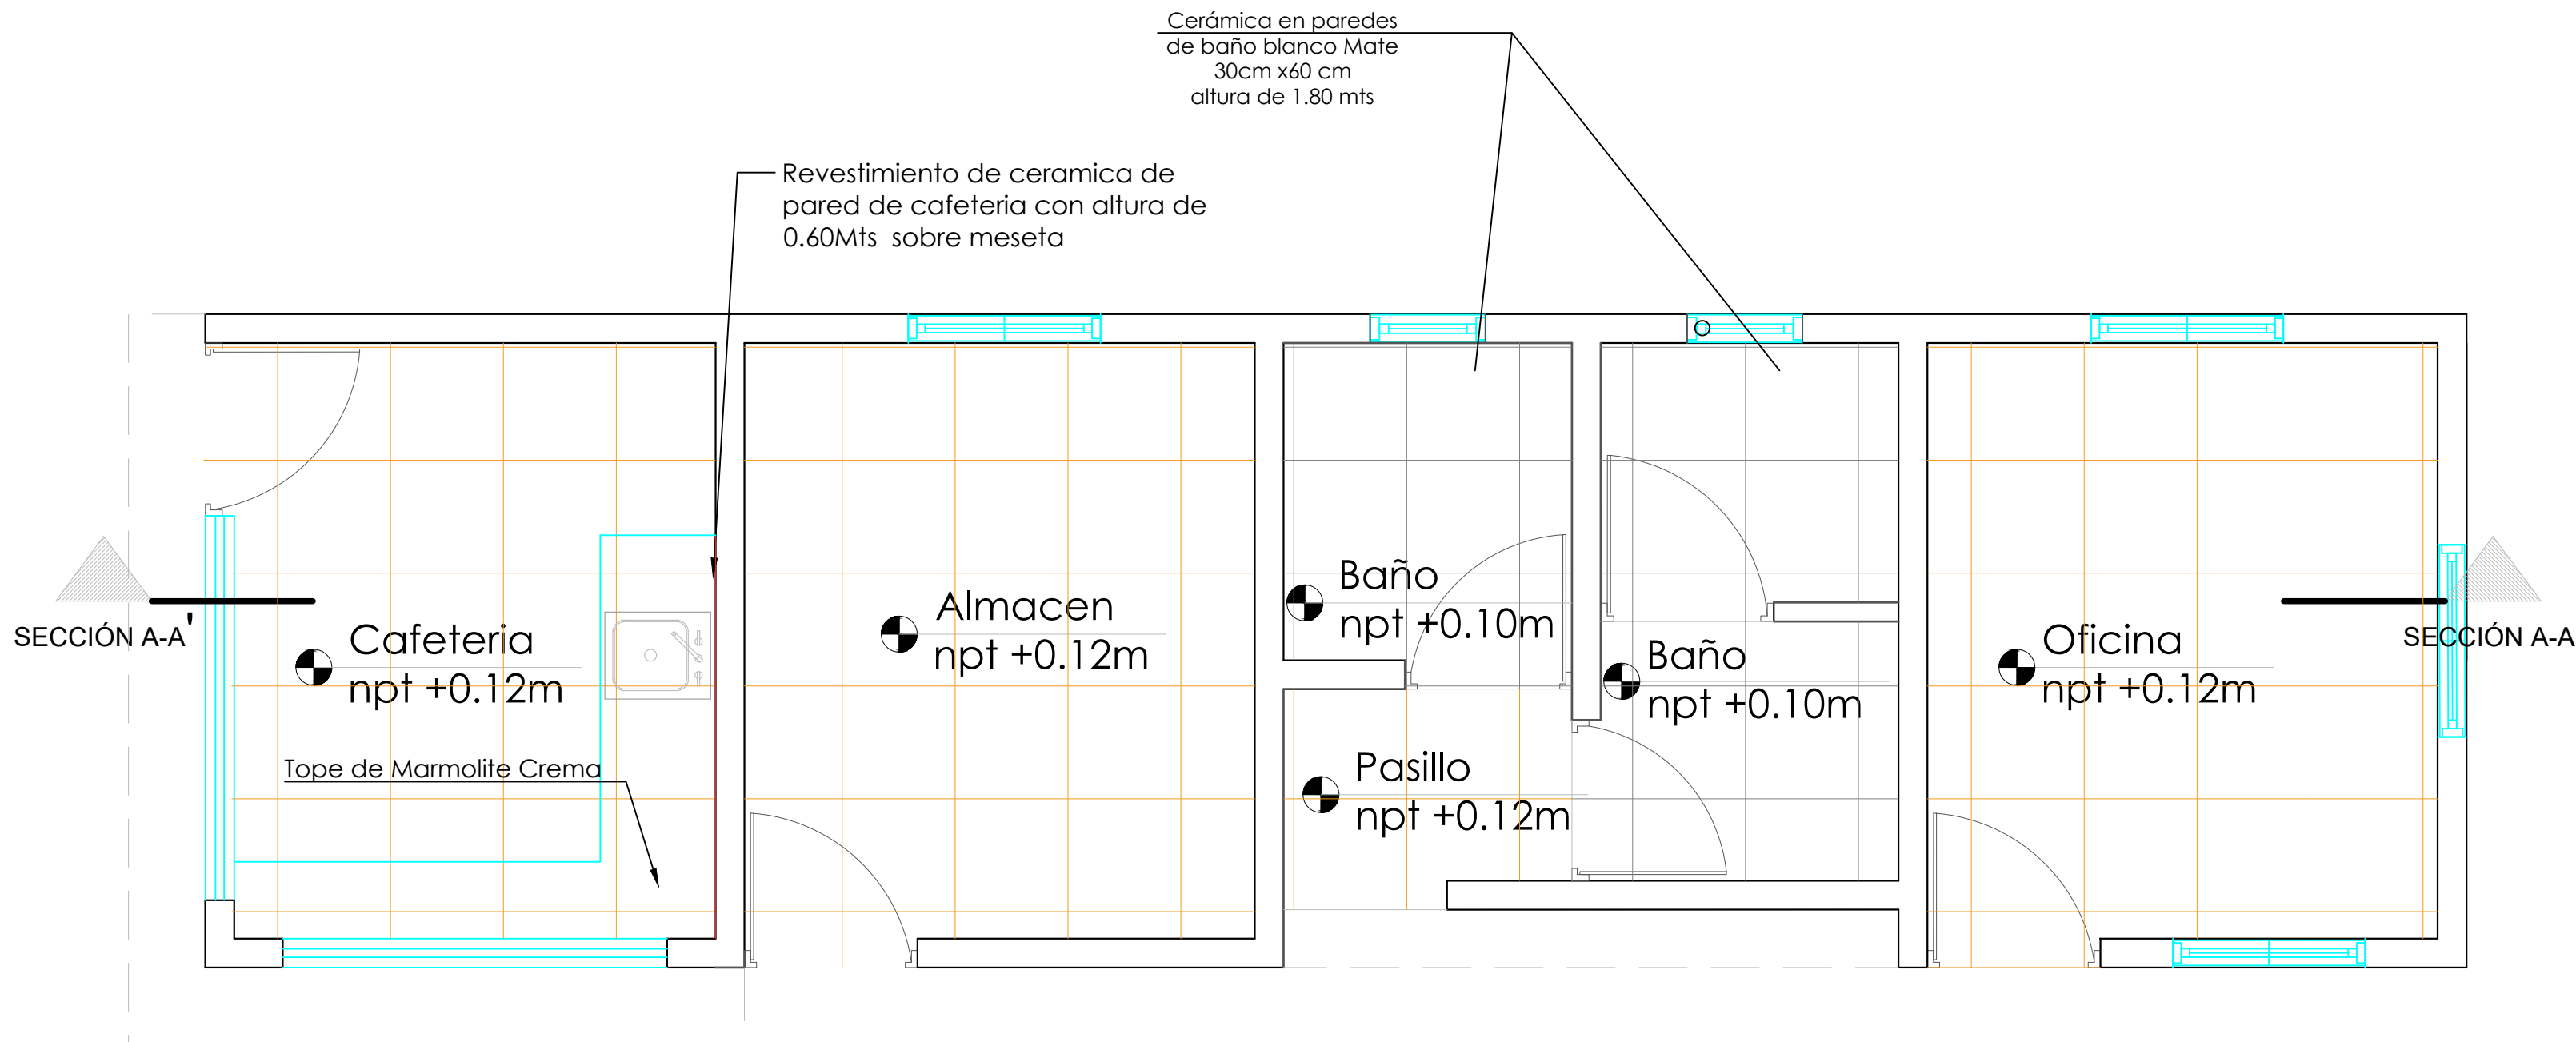

  Ceramica de 45cmts y 45 cmts color gris
7.01 Mts2

 Ceramica de 45cmts y 45 cmts color crema
26.25 Mts2

 Ceramica de 45cmts y 45 cmts color crema
1.26 Mts2

****COLOCAR ACCESORIOS EN BAÑOS**

PROYECTO:
**CONST. CANCHA DE BALONCESTO
PONTÓN,**
Prov. Duarte, Mun. San Francisco de
Macoris, R.D.

EQUIPO DE TRABAJO:
DISEÑO ARQUITECTÓNICO
ARQ. _____
codia 00000
ENC. INGENIERÍA
ING. _____
codia 00000
ESTRUCTURAL
ING. _____
codia 00000
ELÉCTRICO
ING. _____
codia 00000
HIDRO-SANITARIO
ING. _____
codia 00000

SELLO DE APROBACIÓN:

FECHA: _____

CONTENIDO:
PLANTA DE PUERTAS Y VENTANAS

ESCALA: **1:30**

SEPTIEMBRE 2026

NO. PÁGINA:
016


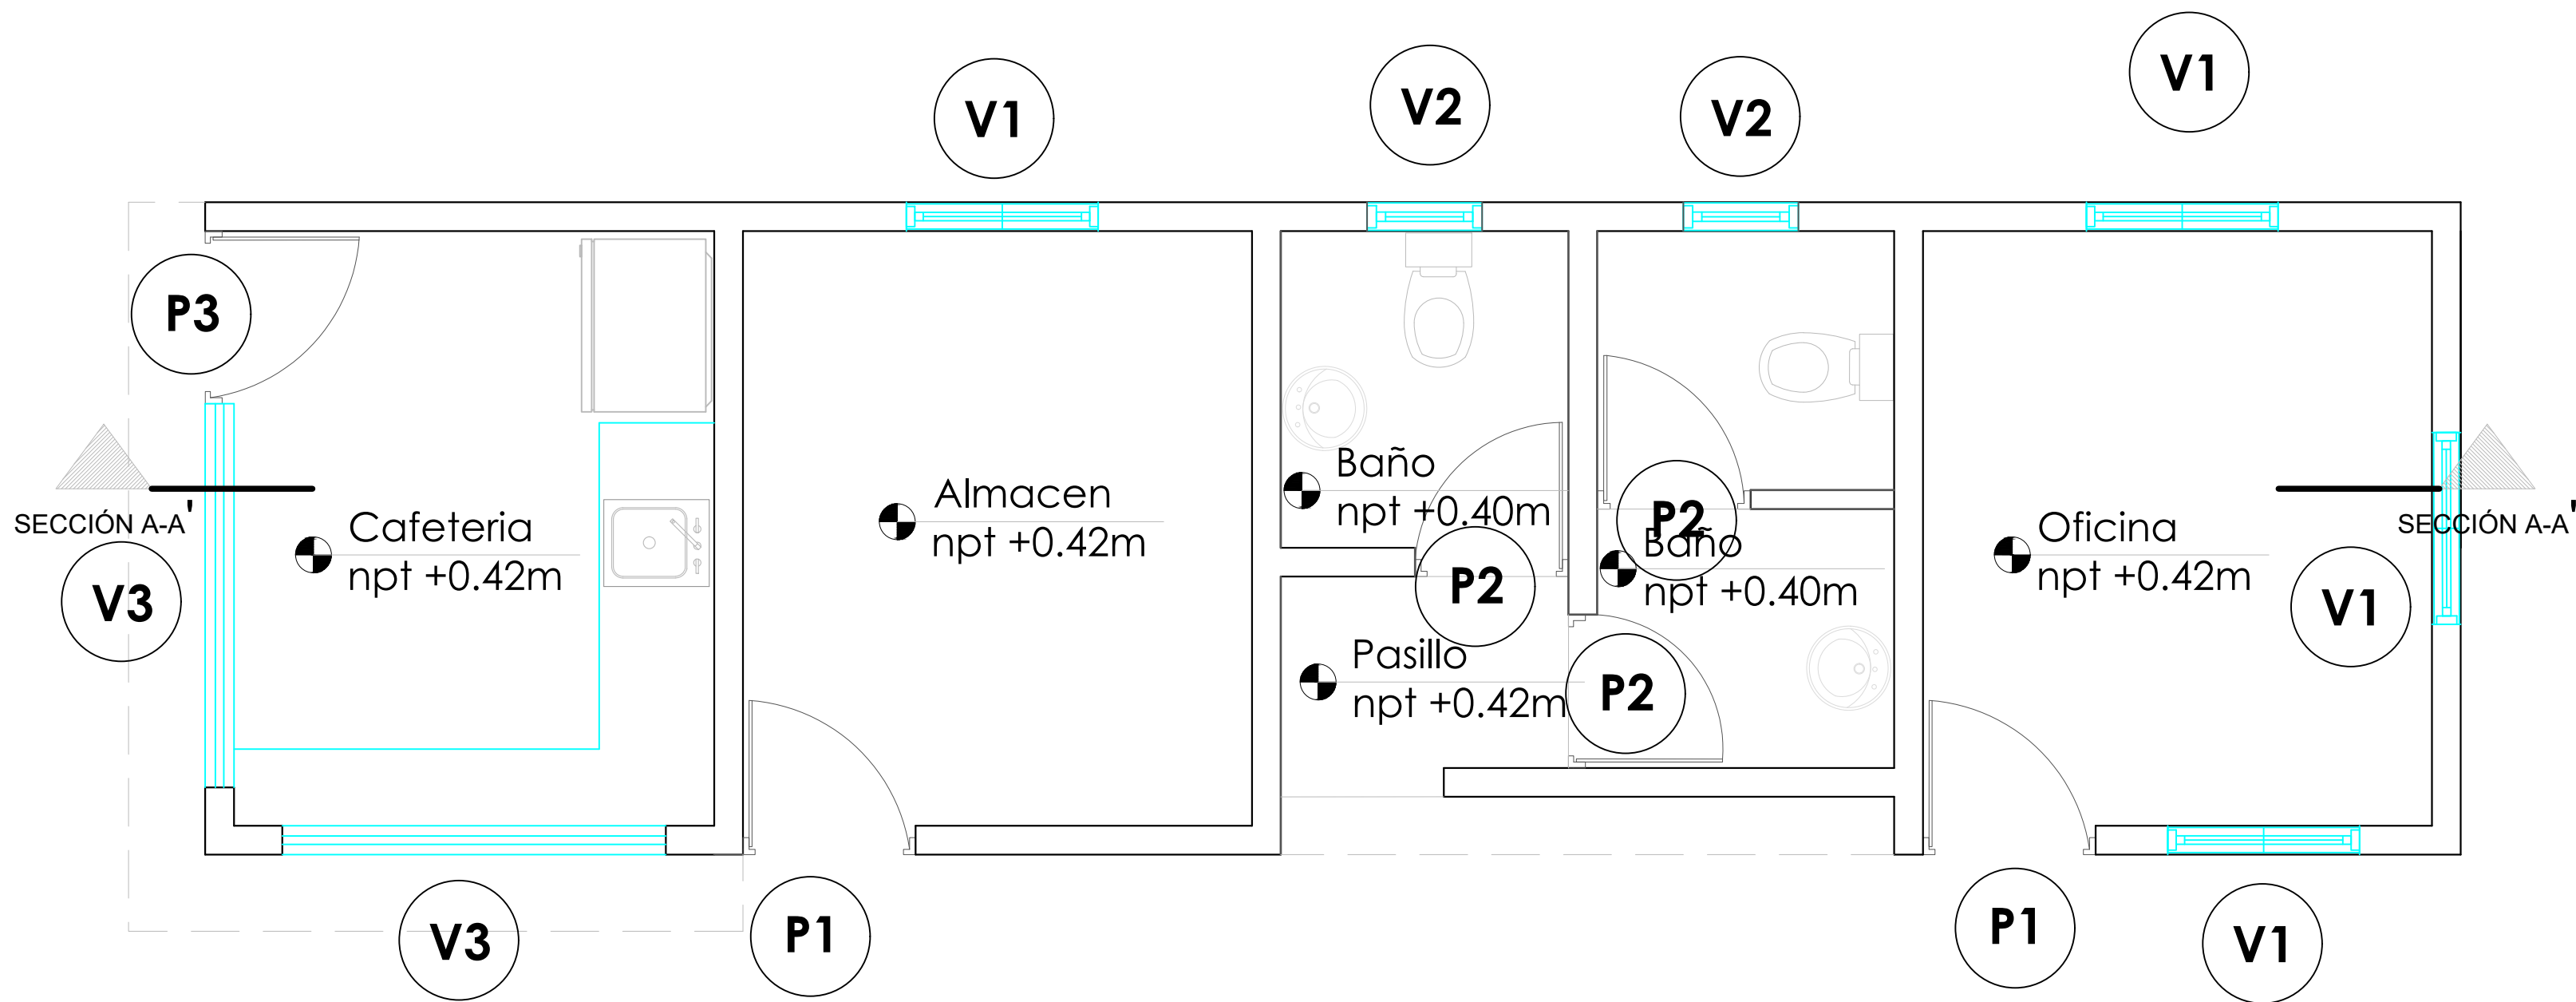


TABLA DE PUERTAS						
No.	Tipo	Ancho	Altura	Material	Observaciones	Cantidad
P1	Abatible	0.90	2.10	Polimetálica	Blanca	2
P2	Abatible	0.80	2.10	Polimetálica	Blanca	3
P3	Abatible	0.90	2.10	Metálica	Blanca	1
Total: 6						


TABLA DE VENTANAS						
No.	Tipo	Medidas	Altura	Material	Observaciones	Cant.
V1	Celosía	1.10x1.00	1.00	Aluminio	Celosías en Aluminio Blanca	4
V2	Celosía	0.60x0.60	1.50	Aluminio	Celosías en Aluminio Blanca	2
V3	Tola	2.00x1.10	1.00	Aluminio	Metálica de tola	1
Total: 7						

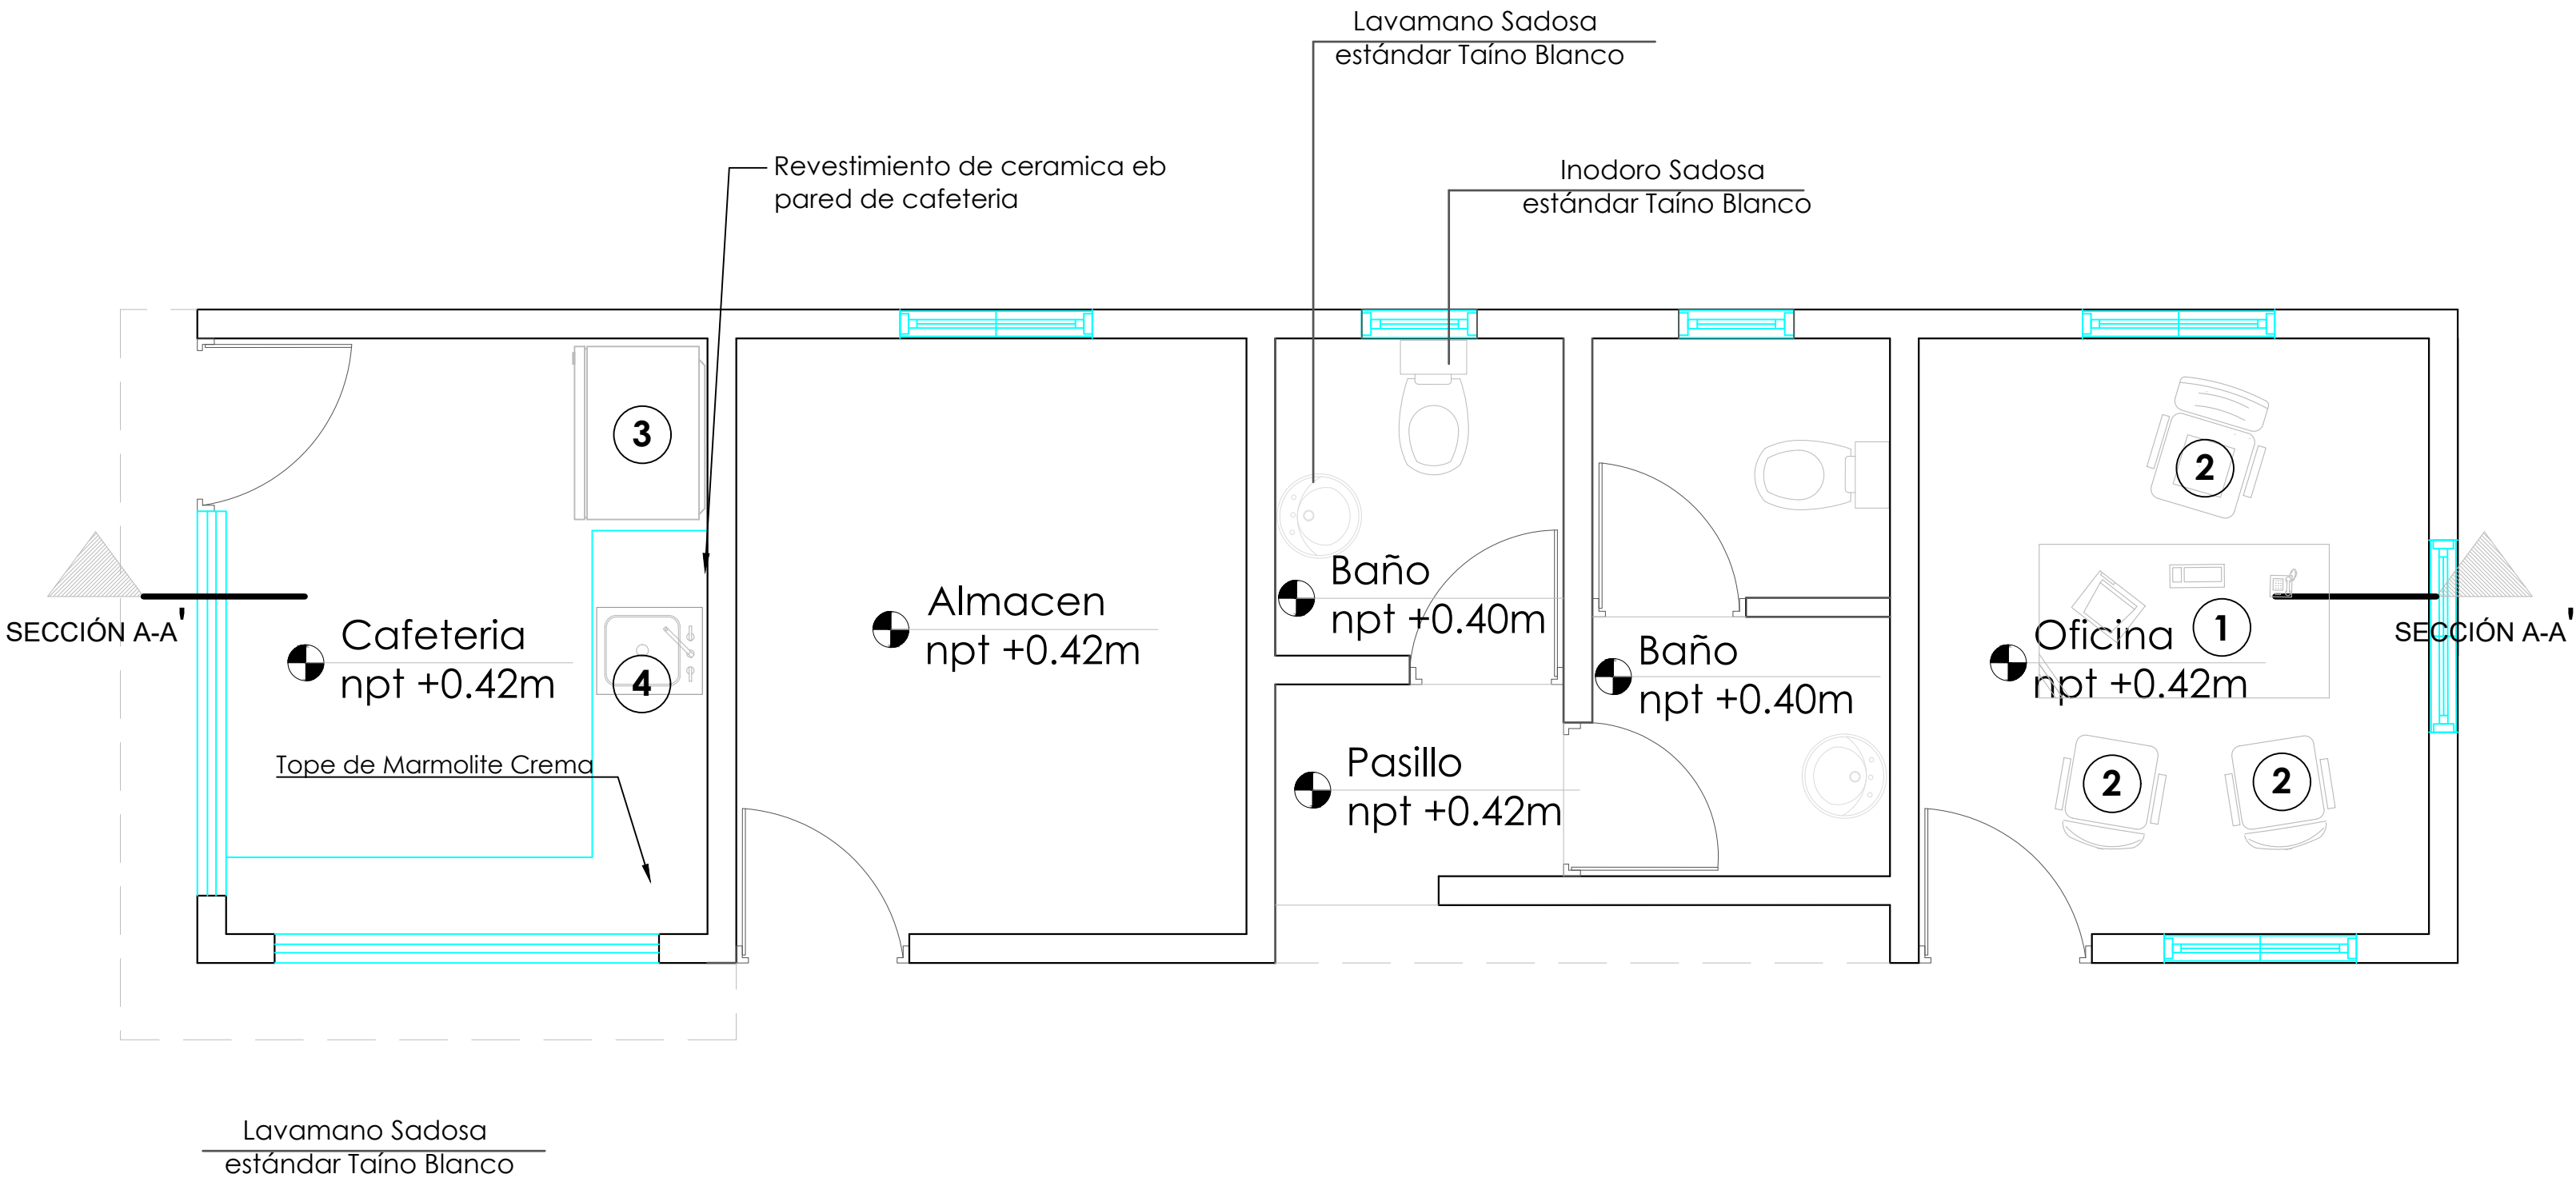

	DESCRIPCION	DIMENSIONES	
		LARGO	ANCHO
1	ESCRITORIO COLOR HAYA	1.50 MTS	0.60 MTS
2	SILLA OPERATIVA NEGRA EN TELA		
3	REFRIGERADOR	0.90 MTS	0.60 MTS
4	FREGADERO DE ACERO INOXIDABLE	0.60 MTS	0.50 MTS


**COLOCAR ACCESORIOS EN BAÑOS

 **COLOCAR ACCESORIOS EN BAÑOS





PLANTA DE MOBILIARIO

ESC. 1:30

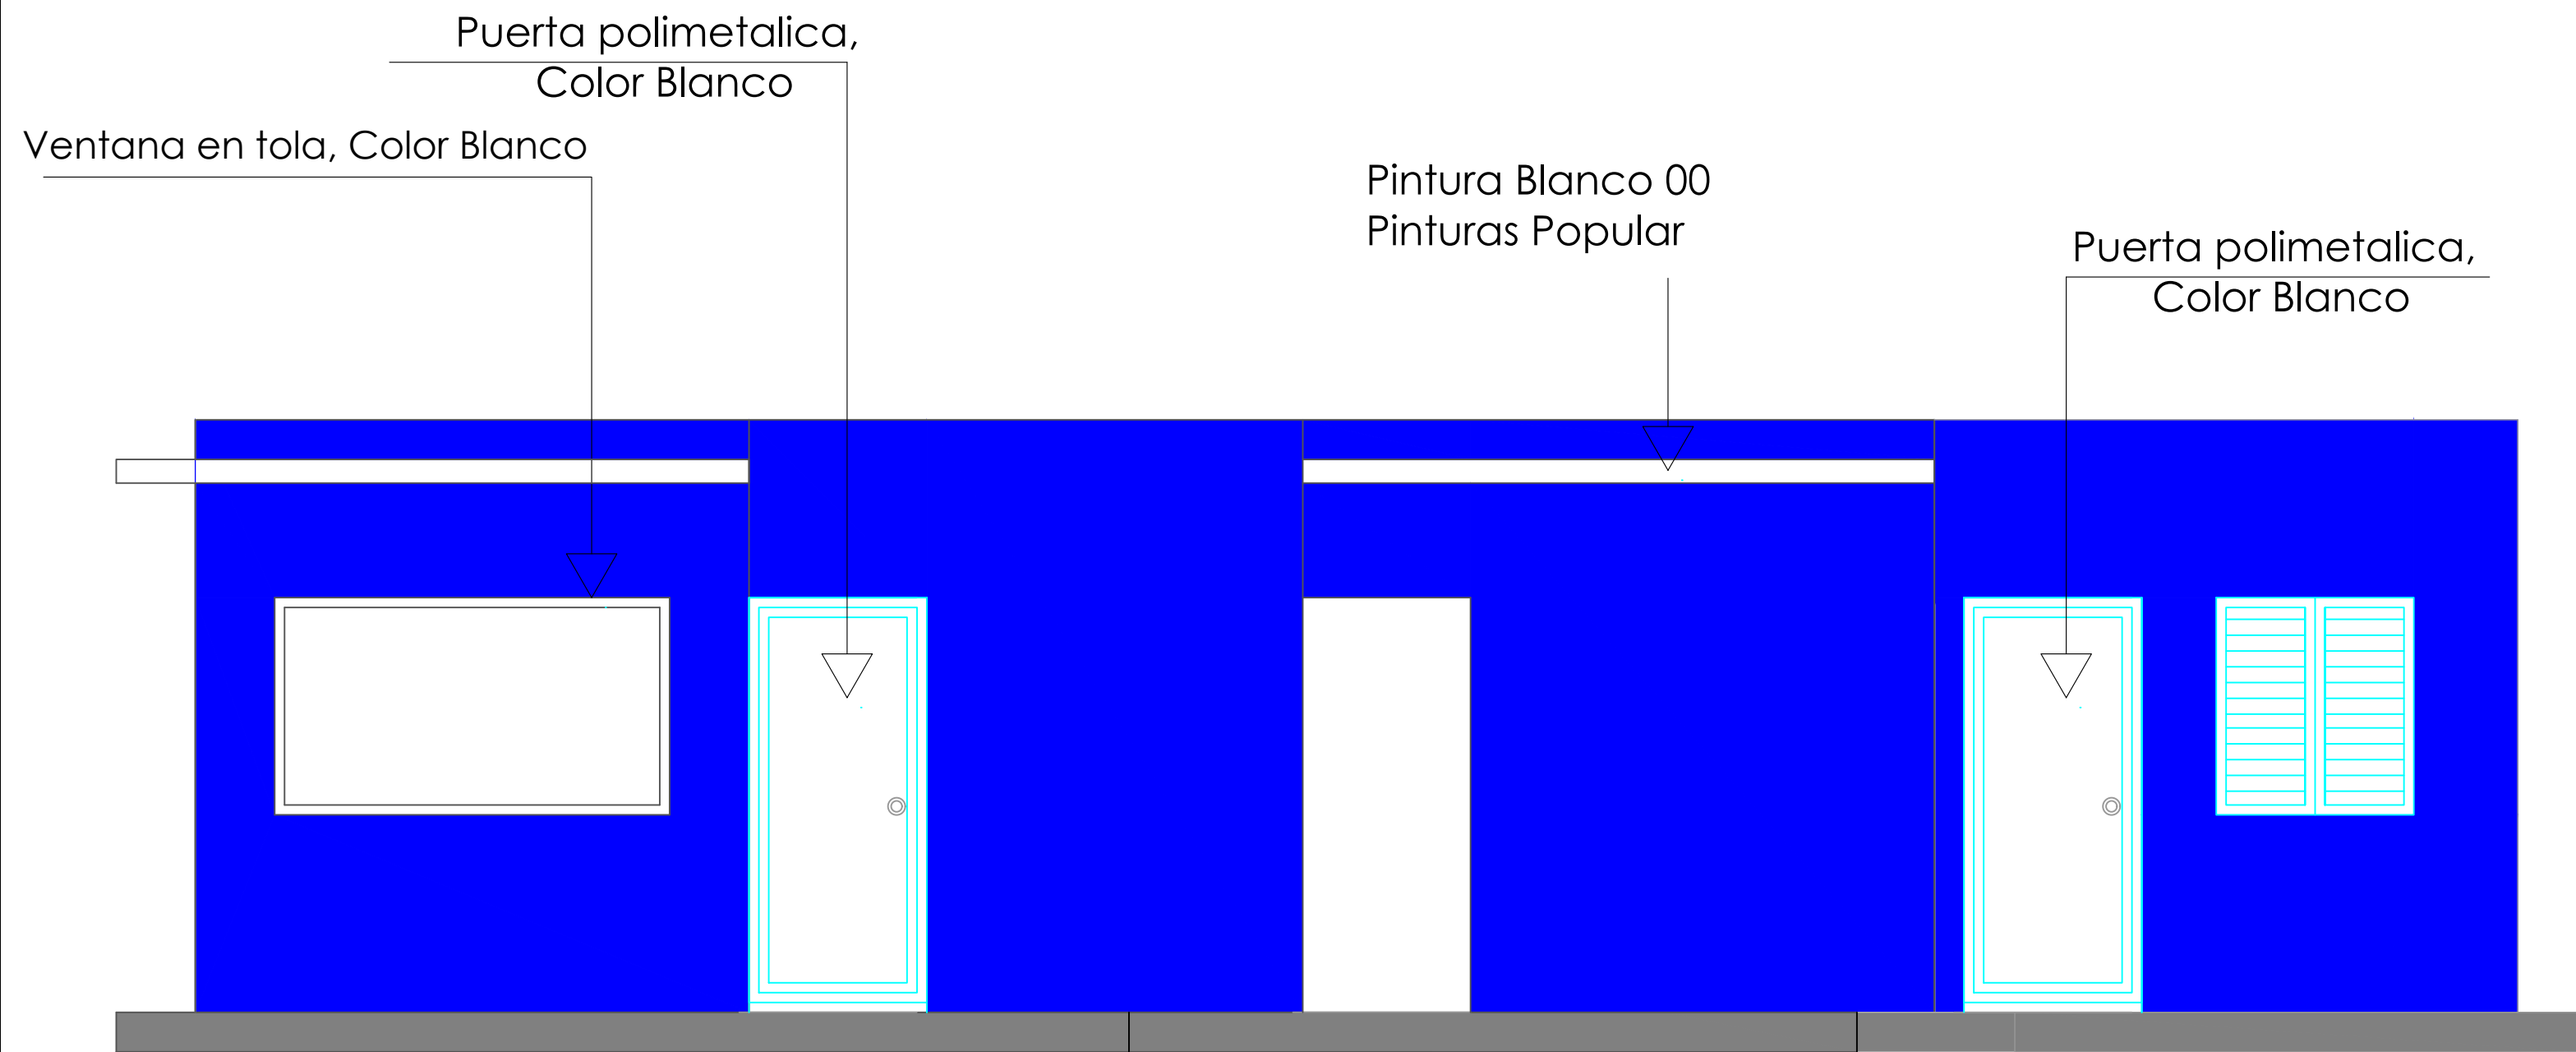


ELEVACIÓN FRONTAL

ESC. 1:30

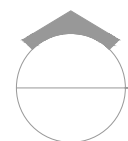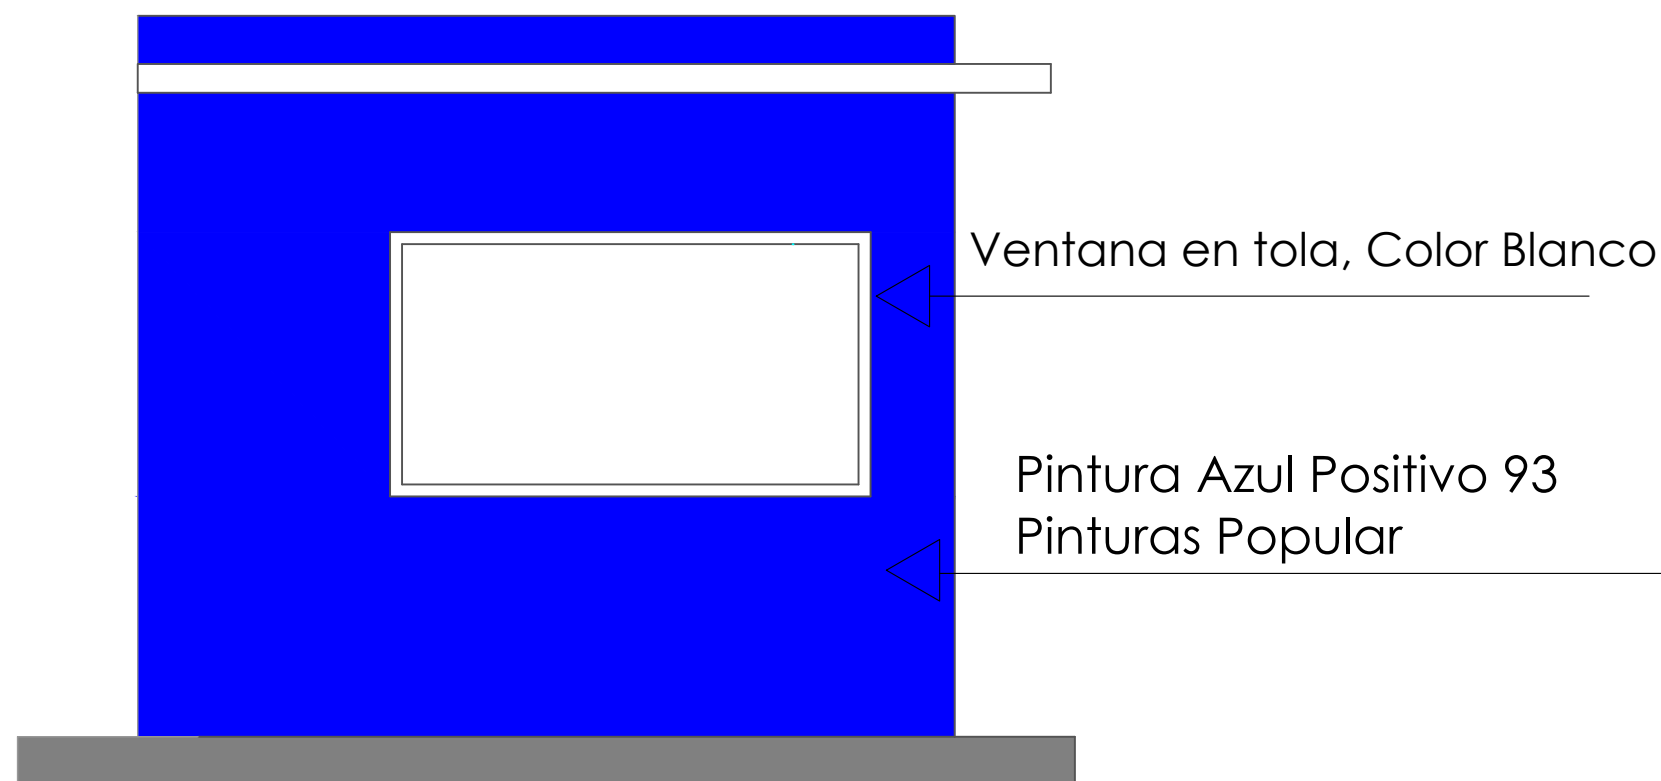

ELEVACIÓN LATERAL IZQUIERDA

ESC. 1:30

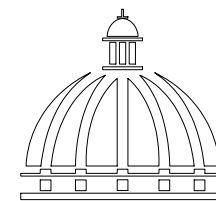

GOBIERNO DE LA
REPÚBLICA DOMINICANA

DIRECCION DE DESARROLLO
PROVINCIAL
(DDP)

Ave. Dr. Delgado, Esq. Moises García,
Gazcue, Sto. Dgo., R.D.
TEL.: (809)-364-2189 | FAX.: (809)- 688-1665
E-Mail: info@cpadp.gob.do

PROYECTO:

**CONST. CANCHA DE BALONCESTO
PONTÓN,**

Prov. Duarte, Mun. San Francisco de
Macoris, R.D.

EQUIPO DE TRABAJO:

DISEÑO ARQUITECTÓNICO

ARQ.

codia 00000

ENC. INGENIERÍA

ING.

codia 00000

ESTRUCTURAL

ING.

codia 00000

ELÉCTRICO

ING.

codia 00000

HIDRO-SANITARIO

ING.

codia 00000

SELLO DE APROBACIÓN:

FECHA:

CONTENIDO:


ELEVACIONES CON TÉCNICAS

ESCALA: **1:30**

SEPTIEMBRE 2026

NO. PÁGINA:


018

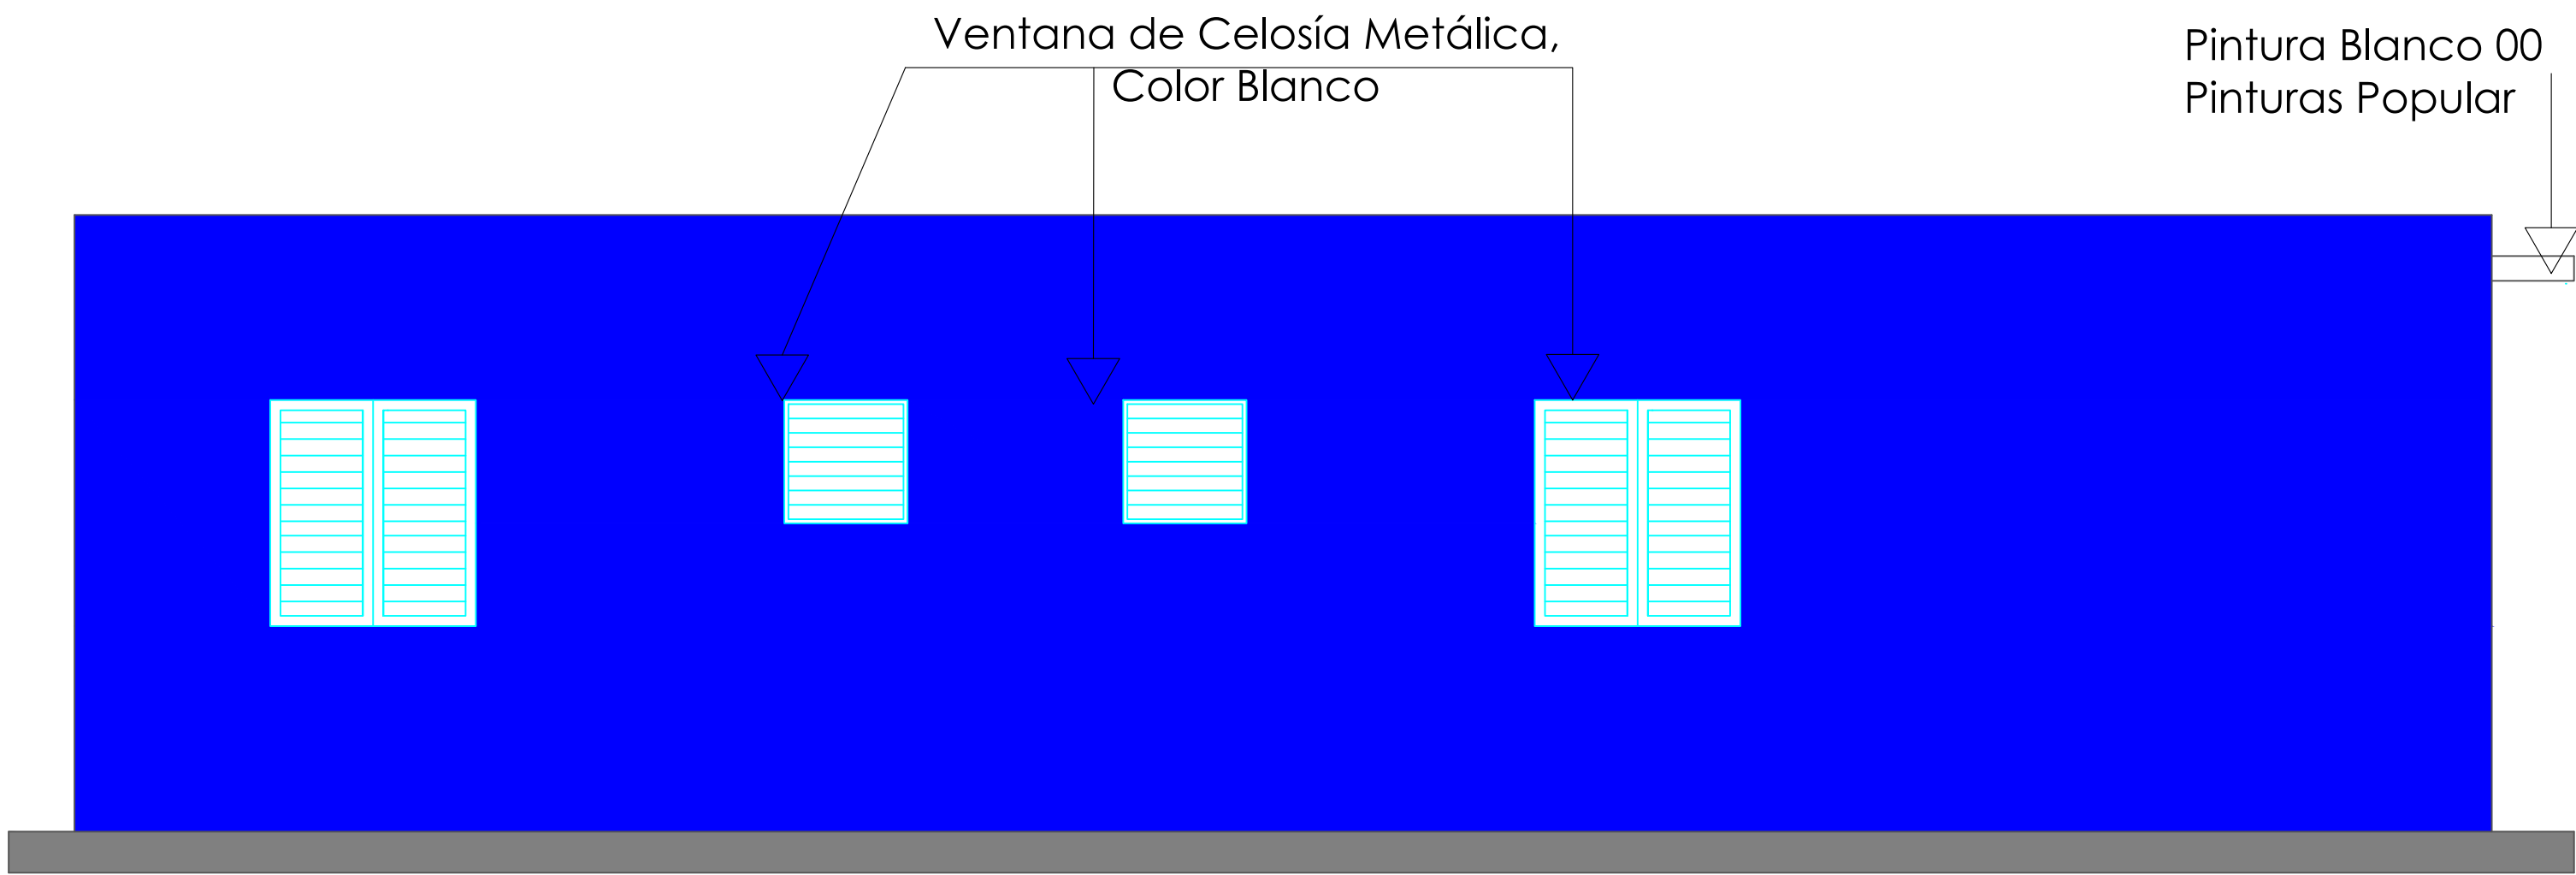


ELEVACIÓN POSTERIOR

ESC. 1:30

Ventana de Celosía Metálica,
Color Blanco

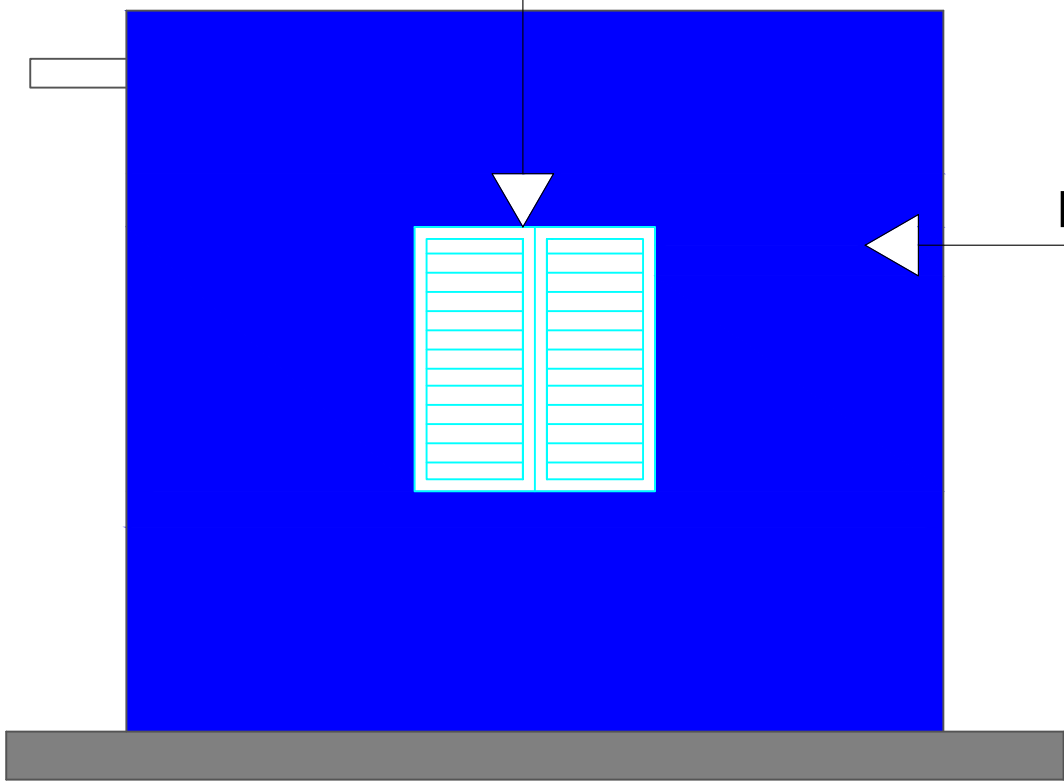


Pintura Azul Positivo 93
Pinturas Popular

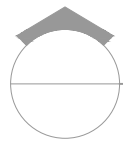


ELEVACIÓN LATERAL DERECHA

ESC. 1:30

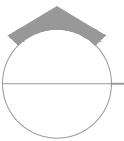

ELEVACIONES CON TÉCNICAS

ESC. 1:30

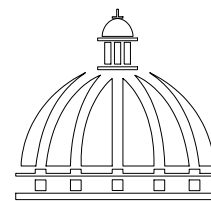

GOBIERNO DE LA
REPÚBLICA DOMINICANA

DIRECCION DE DESARROLLO
PROVINCIAL
(DDP)

Ave. Dr. Delgado, Esq. Moises García,
Gazcue, Sto. Dgo., R.D.
TEL.: (809)-364-2189 | FAX.: (809)- 688-1665
E-Mail: info@cpadp.gob.do

PROYECTO:

CONST. CANCHA DE BALONCESTO
PONTÓN,

Prov. Duarte, Mun. San Francisco de
Macoris, R.D.

EQUIPO DE TRABAJO:

DISEÑO ARQUITECTÓNICO

ARQ.

codia 00000

ENC. INGENIERÍA

ING.

codia 00000

ESTRUCTURAL

ING.

codia 00000

ELÉCTRICO

ING.

codia 00000

HIDRO-SANITARIO

ING.

codia 00000

SELLO DE APROBACIÓN:

FECHA:

CONTENIDO:

ELEVACIONES CON TÉCNICAS



ESCALA:

1:30

SEPTIEMBRE 2026



NO. PÁGINA:

019

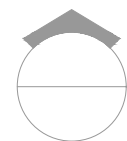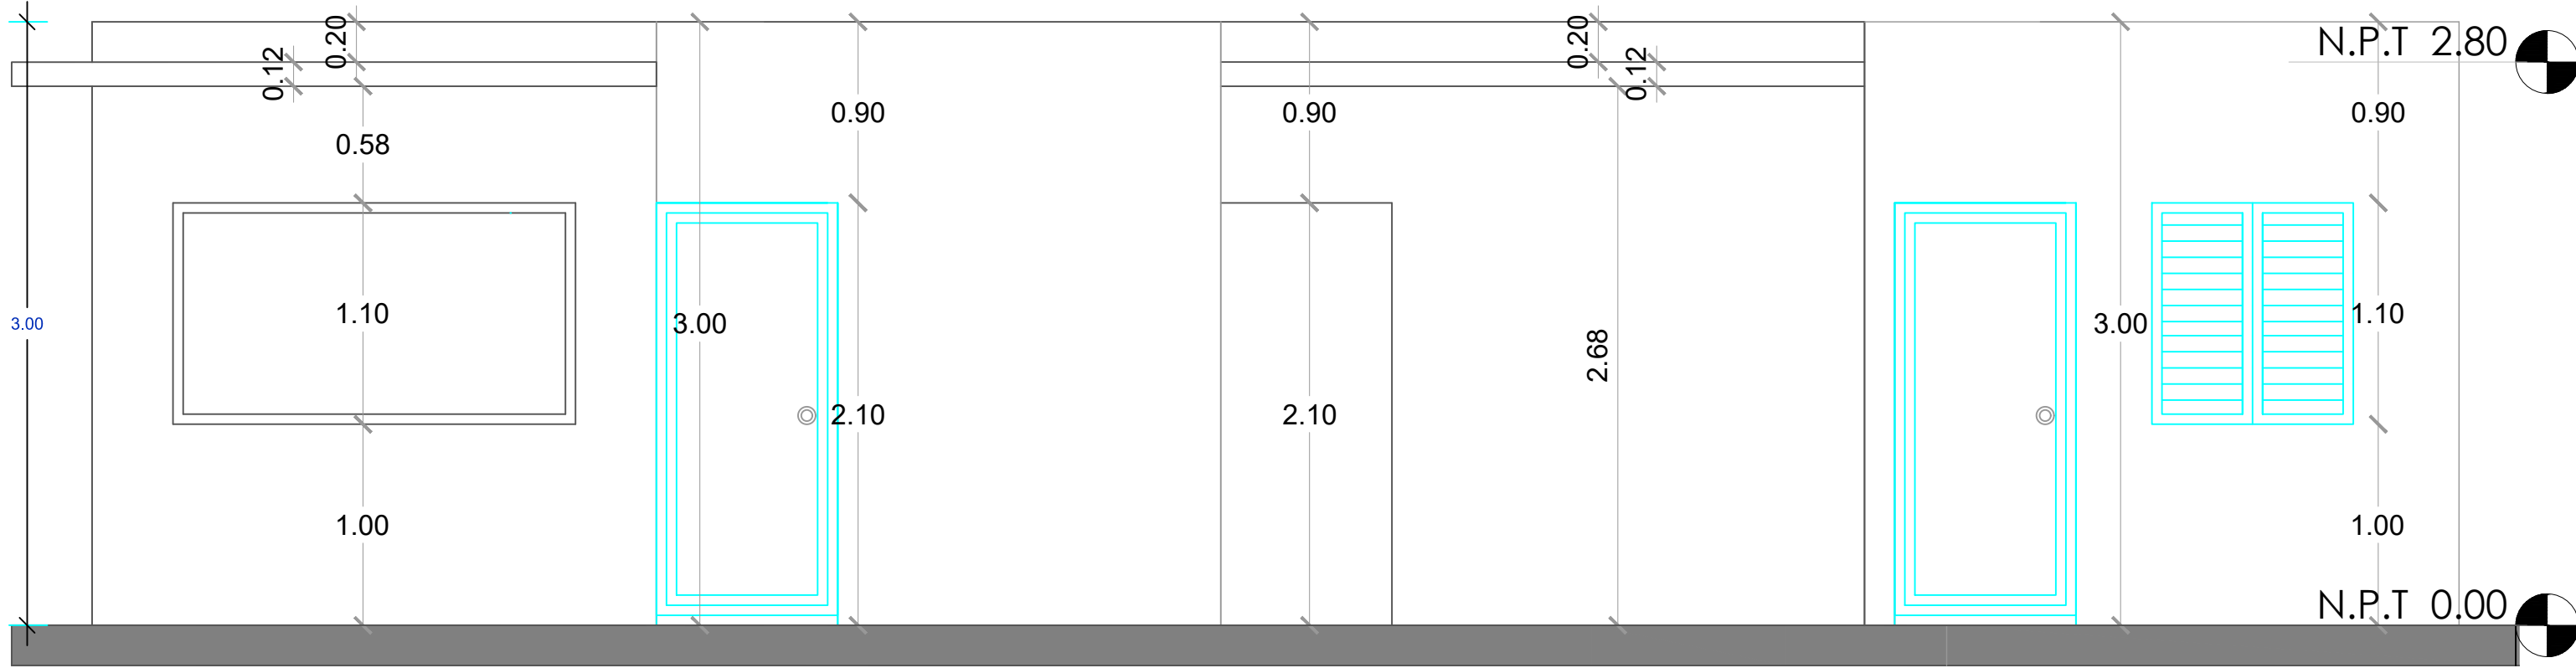


ELEVACIÓN FRONTAL

ESC. 1:30

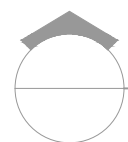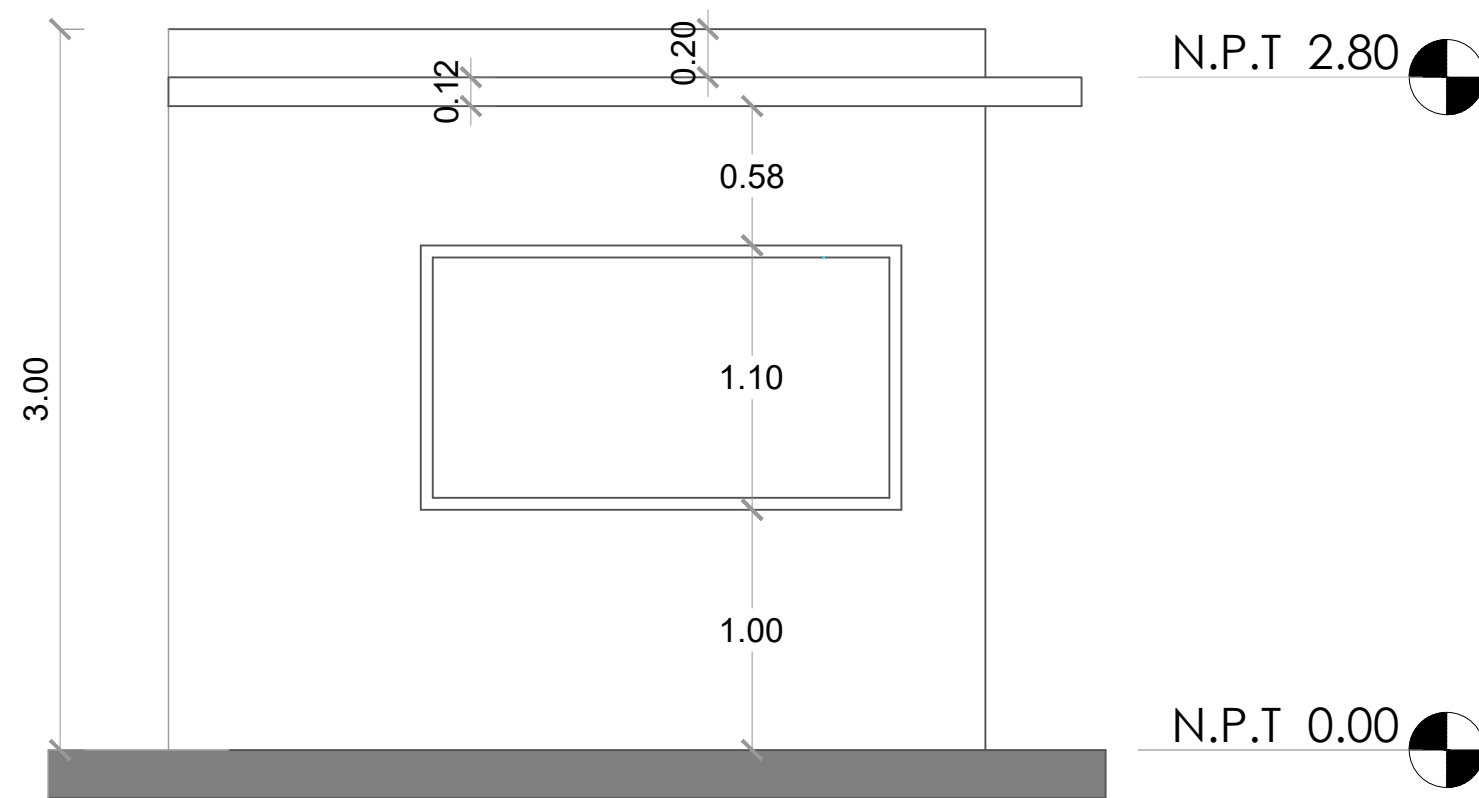


ELEVACIÓN LATERAL IZQUIERDA

ESC. 1:30

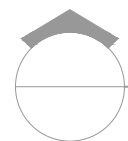

ELEVACIONES

ESC. 1:30

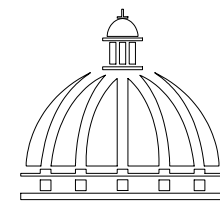

GOBIERNO DE LA
REPÚBLICA DOMINICANA

DIRECCION DE DESARROLLO
PROVINCIAL
(DDP)

Ave. Dr. Delgado, Esq. Moises García,
Gazcue, Sto. Dgo., R.D.
TEL.: (809)-364-2189 | FAX.: (809)- 688-1665
E-Mail: info@cpadp.gob.do

PROYECTO:

CONST. CANCHA DE BALONCESTO
PONTÓN,

Prov. Duarte, Mun. San Francisco de
Macoris, R.D.

EQUIPO DE TRABAJO:

DISEÑO ARQUITECTÓNICO

ARQ.

codia 00000

ENC. INGENIERÍA

ING.

codia 00000

ESTRUCTURAL

ING.

codia 00000

ELÉCTRICO

ING.

codia 00000

HIDRO-SANITARIO

ING.

codia 00000

SELLO DE APROBACIÓN:

FECHA:

CONTENIDO:

ELEVACIONES

ESCALA:

1:30

SEPTIEMBRE 2026

NO. PÁGINA:

020

PROYECTO:
**CONST. CANCHA DE BALONCESTO
PONTÓN,**

Prov. Duarte, Mun. San Francisco de
Macoris, R.D.

EQUIPO DE TRABAJO:

DISEÑO ARQUITECTÓNICO
ARQ. _____
codia 00000 _____

ENC. INGENIERÍA
ING. _____
codia 00000 _____

ESTRUCTURAL
ING. _____
codia 00000 _____

ELÉCTRICO
ING. _____
codia 00000 _____

HIDRO-SANITARIO
ING. _____
codia 00000 _____

SELLO DE APROBACIÓN:

FECHA: _____


CONTENIDO:
ELEVACIONES

ESCALA: **1:30**

SEPTIEMBRE 2026


NO. PÁGINA:

021

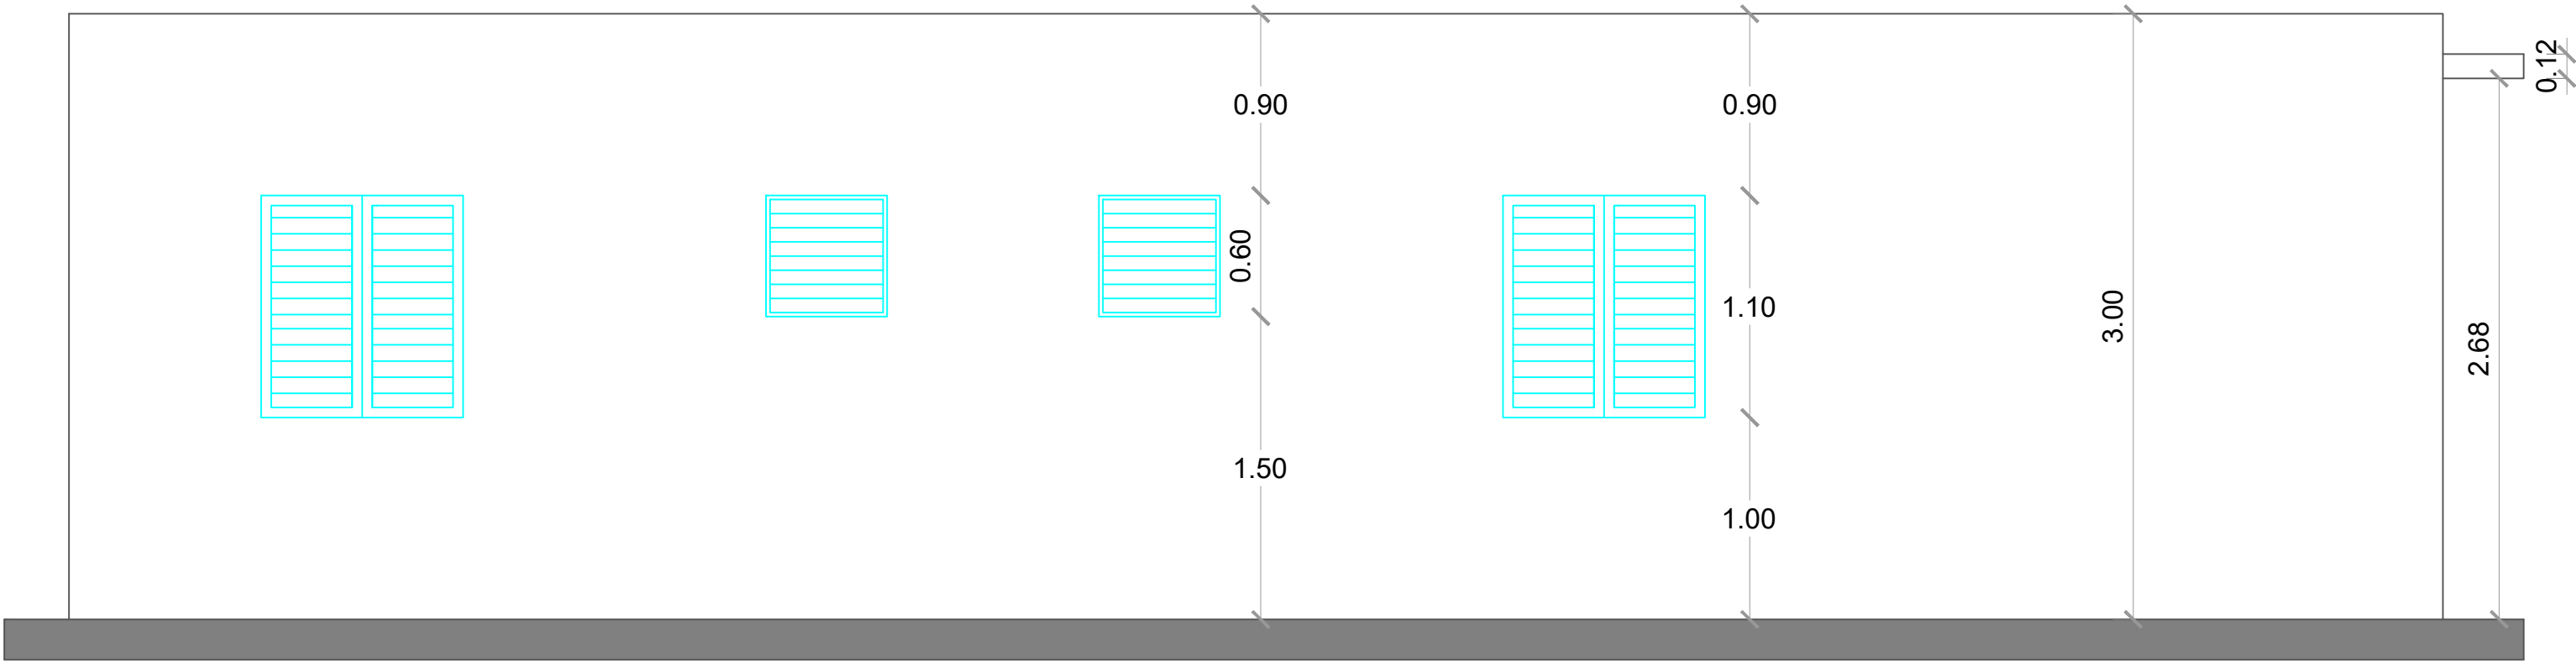

ELEVACIÓN POSTERIOR

ESC. 1:30

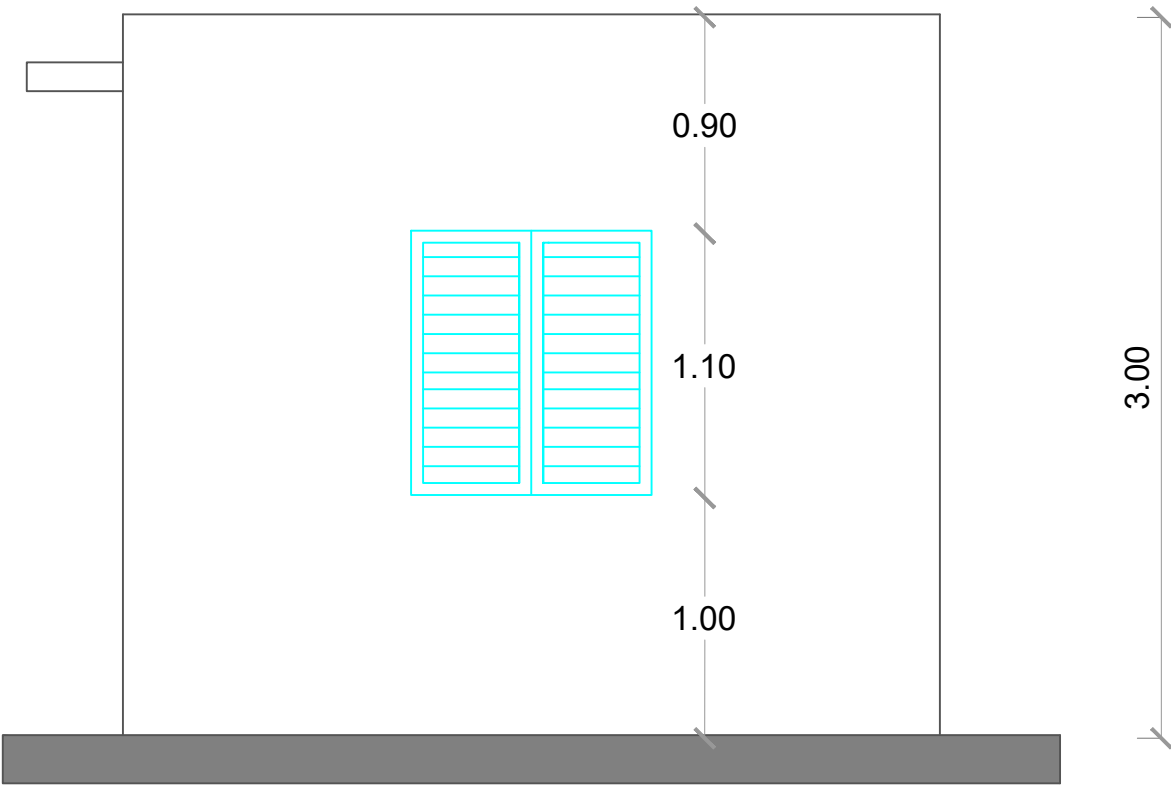

ELEVACIÓN LATERAL DERECHA

ESC. 1:30



ELEVACIONES

ESC. 1:30



**DIRECCION DE DESARROLLO
PROVINCIAL
(DDP)**

Ave. Dr. Delgado, Esq. Moises García,
Gazcue, Sto. Dgo., R.D.
TEL.: (809)-364-2189 | FAX.: (809)- 688-1665
E-Mail: info@cpadp.gob.do

PROYECTO:

CONST. CANCHA DE BALONCESTO
PONTÓN,

Prov. Duarte, Mun. San Francisco de
Macoris, R.D.

EQUIPO DE TRABAJO:

DISEÑO ARQUITECTÓNICO
ARQ.

codia 00000

ENC. INGENIERÍA
ING.

codia 00000

STRUCTURAL ING.

codia 00000

ELÉCTRICO
ING.

codig 00000

HIDRO-SANITARIO
ING.

codia 00000

SELO DE APROBACIÓN:

FECHA:

CONTENIDO:



SECCIÓN

ESCALA: **1:20**

SEPTIEMBRE 2026

NO. PÁGINA:

022

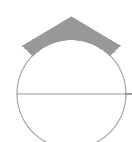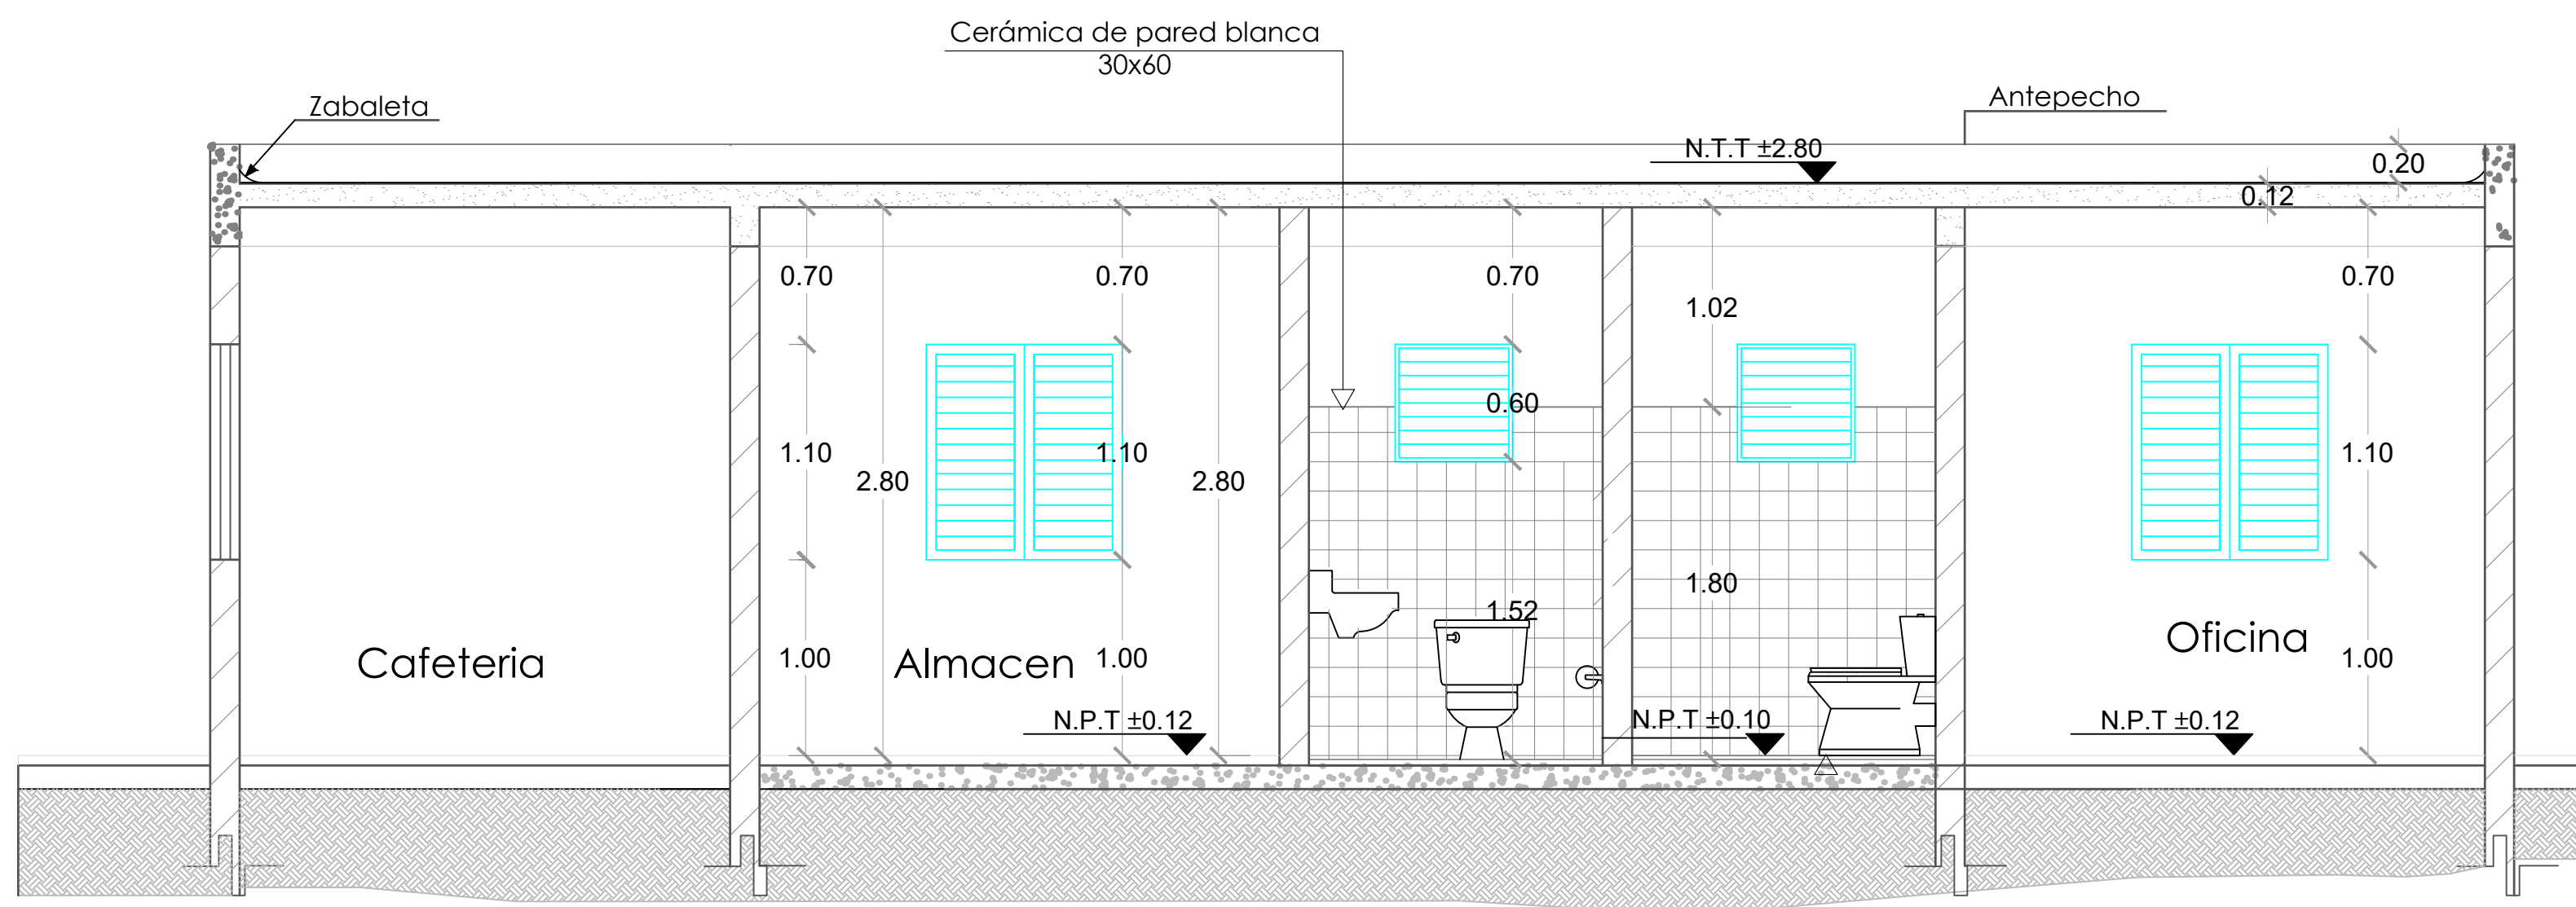

SECCIÓN A-A

ESC. 1:20



**DIRECCION DE DESARROLLO
PROVINCIAL
(DDP)**

Ave. Dr. Delgado, Esq. Moises García,
Gazcue, Sto. Dgo., R.D.
TEL.: (809)-364-2189 | FAX.: (809)- 688-1665
E-Mail: info@cpadp.gob.do

PROYECTO:

CONST. CANCHA DE BALONCESTO
PONTÓN,

Prov. Duarte, Mun. San Francisco de
Macoris, R.D.

EQUIPO DE TRABAJO:

DISEÑO ARQUITECTÓNICO
ARQ.

codia 00000

ENC. INGENIERÍA
ING.

codia 00000

STRUCTURAL ING.

codia 00000

ELÉCTRICO
ING.

codig 00000

HIDRO-SANITARIO
ING.

codia 00000

SELO DE APROBACIÓN:

FECHA:

CONTENIDO:


PLANTA DE CIMIENTO

ESCALA: 1:30

SEPTIEMBRE 2026

NO. PÁGINA:

023

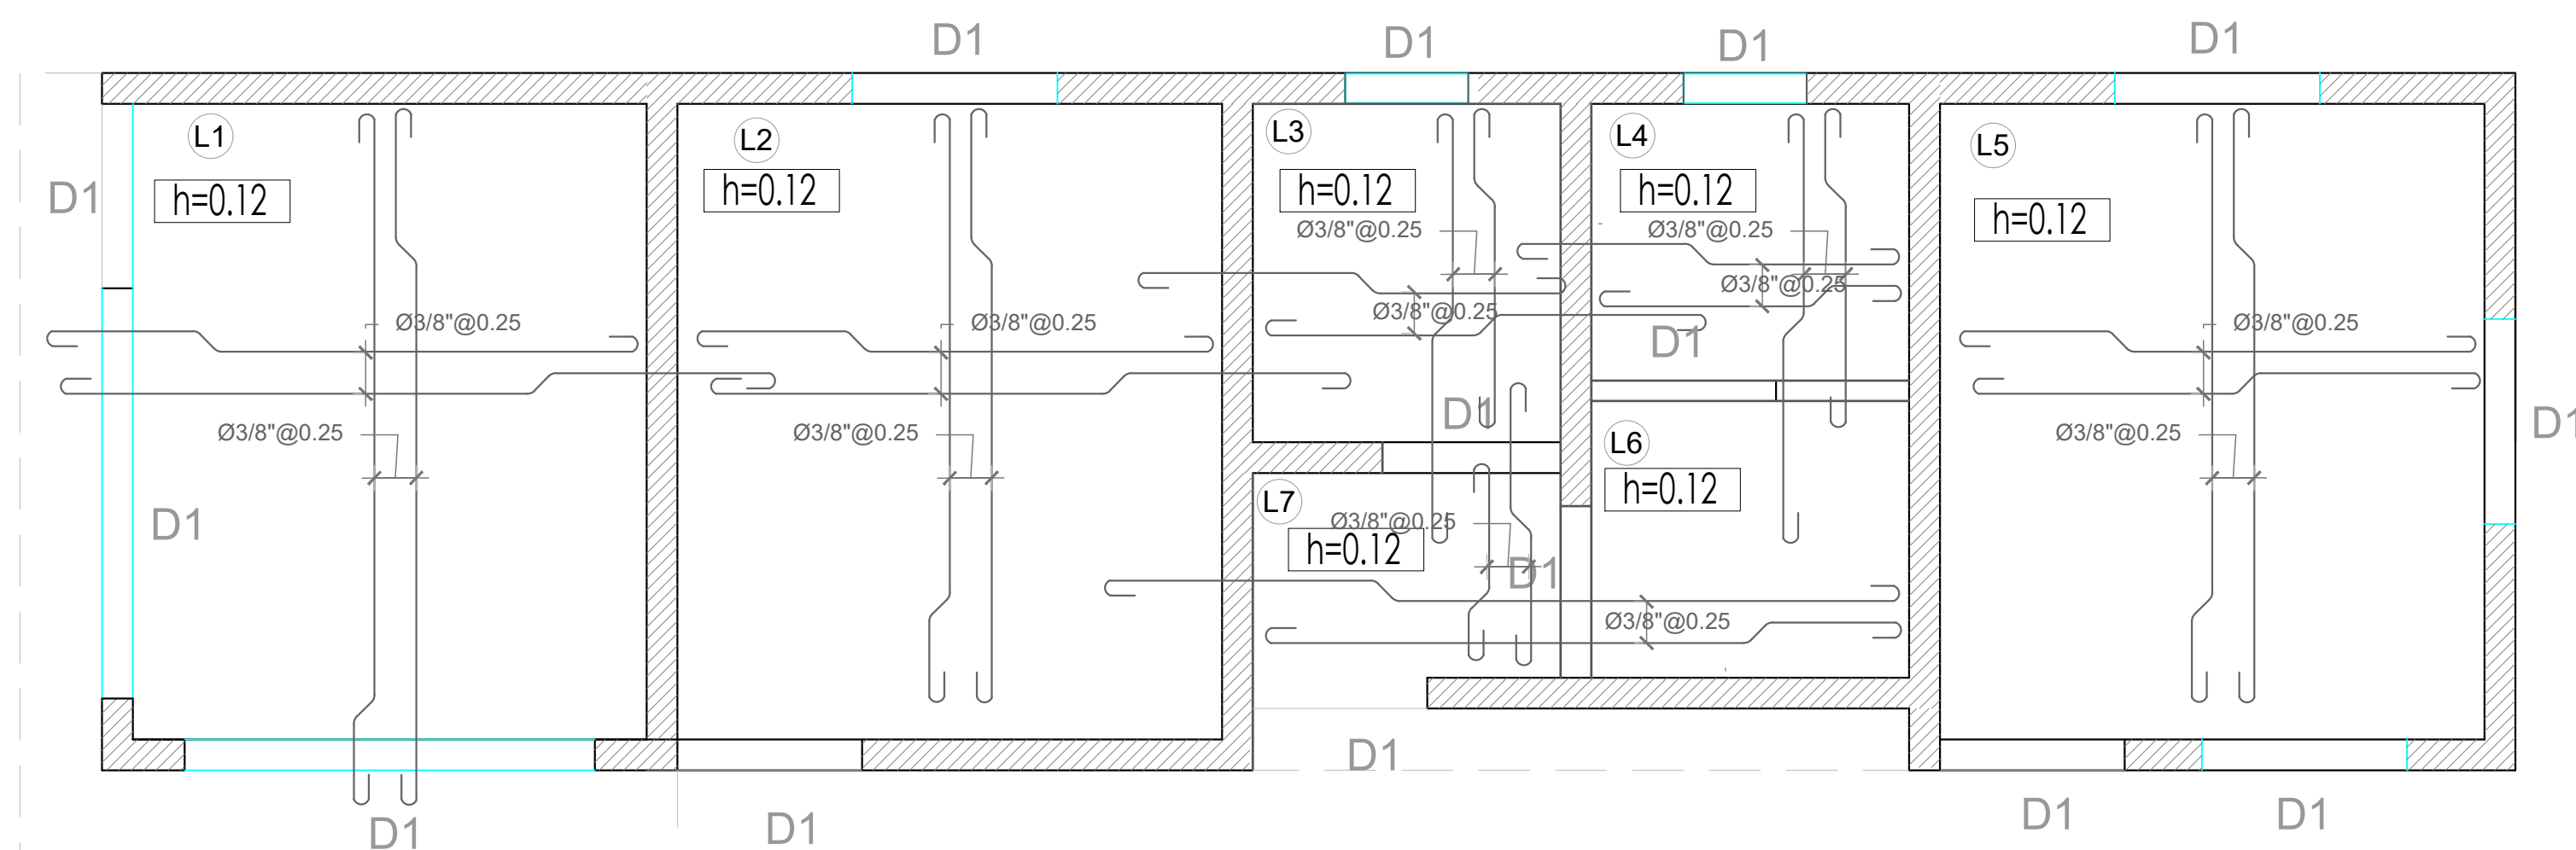

PLANTA DE CIMIENTO

ESC. 1:30

PROYECTO:
**CONST. CANCHA DE BALONCESTO
PONTÓN,**
Prov. Duarte, Mun. San Francisco de
Macorís, R.D.

EQUIPO DE TRABAJO:

DISEÑO ARQUITECTÓNICO ARQ.	codia 00000
ENC. INGENIERÍA ING.	codia 00000
ESTRUCTURAL ING.	codia 00000
ELÉCTRICO ING.	codia 00000
HIDRO-SANITARIO ING.	codia 00000

SELLO DE APROBACIÓN:



FECHA: _____

CONTENIDO:
DETALLES ESTRUCTURALES



ESCALA: **1:20**

SEPTIEMBRE 2026

NO. PÁGINA:
024

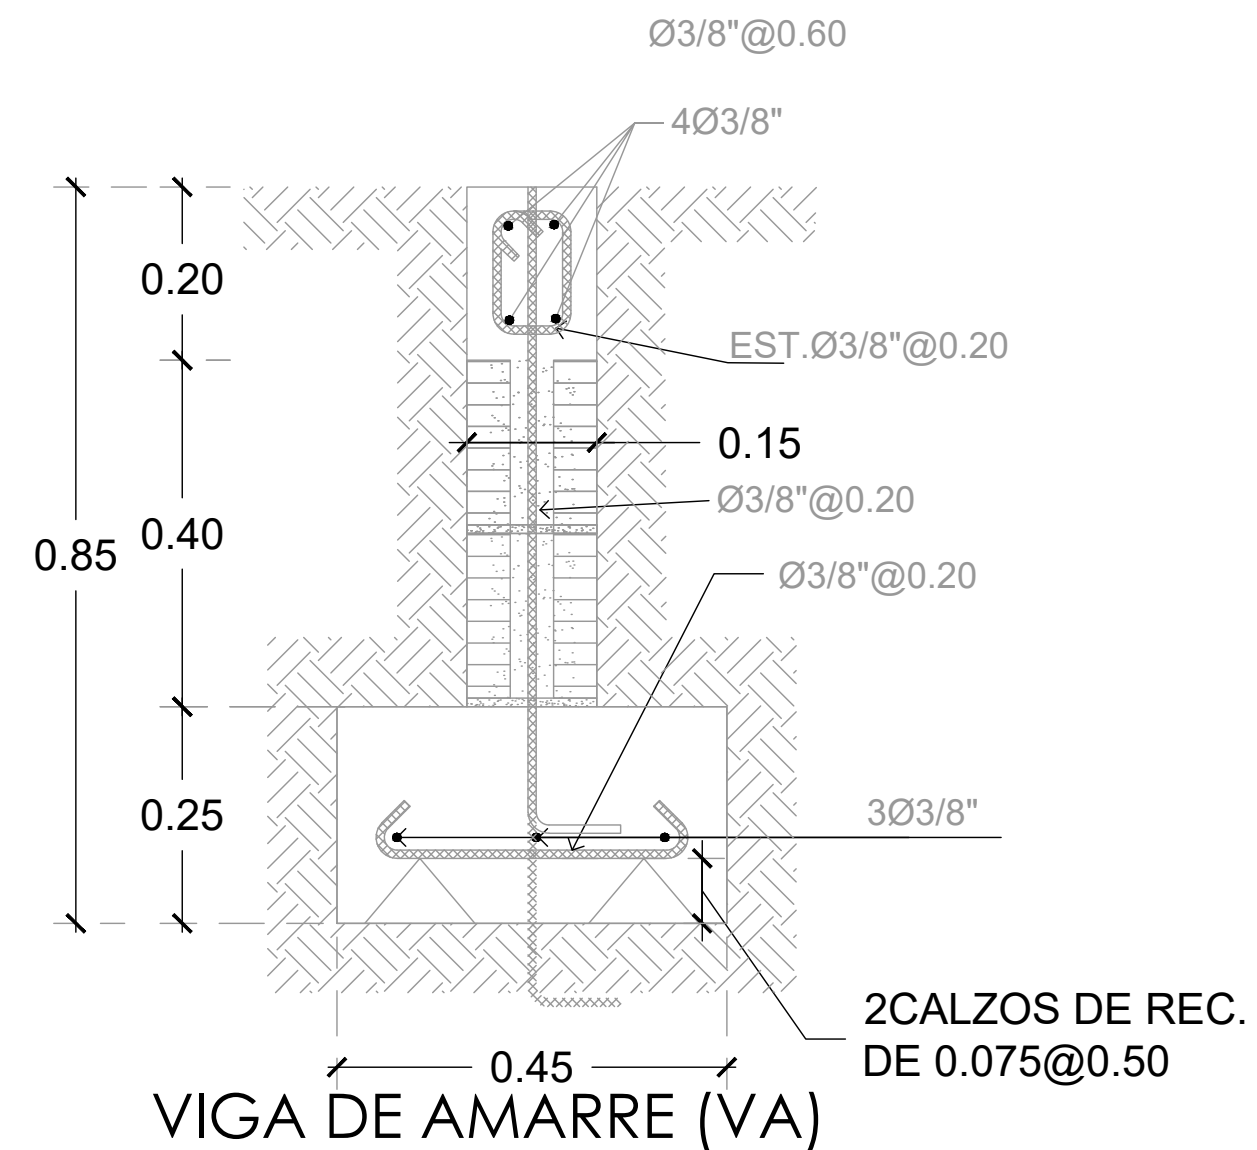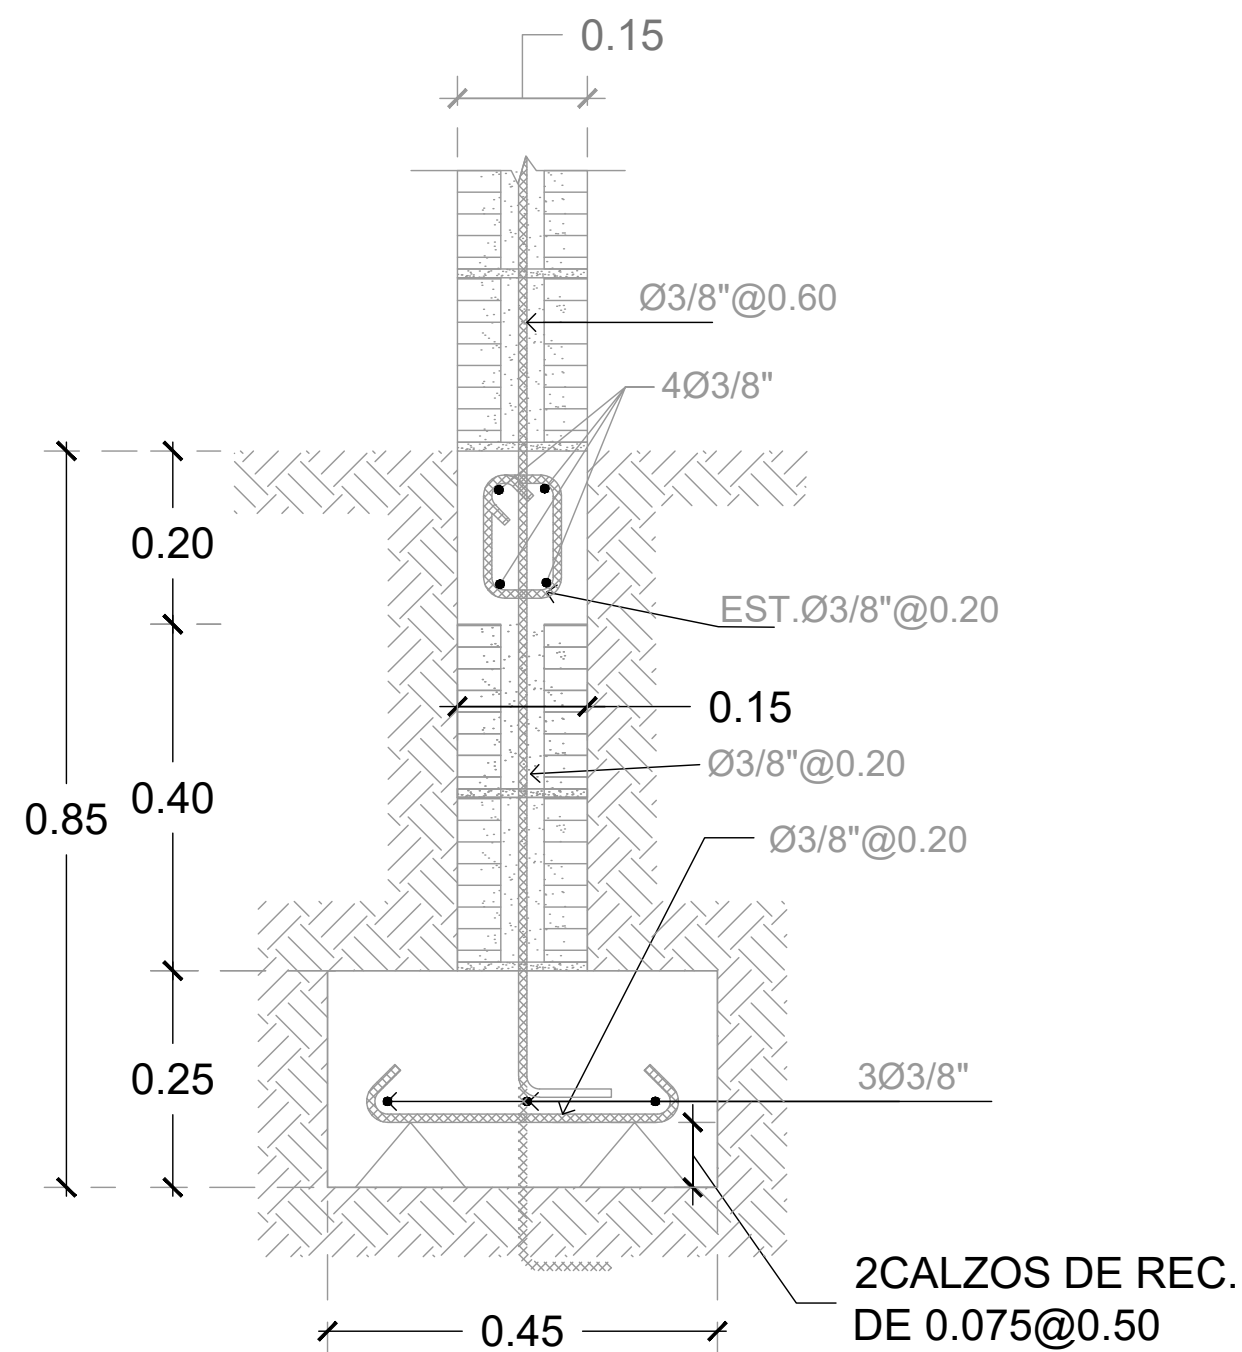

Zapata de Muro de 15"

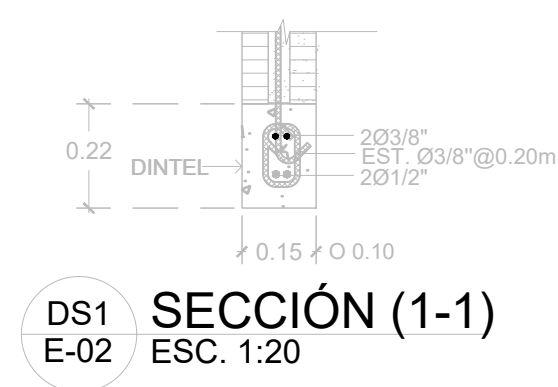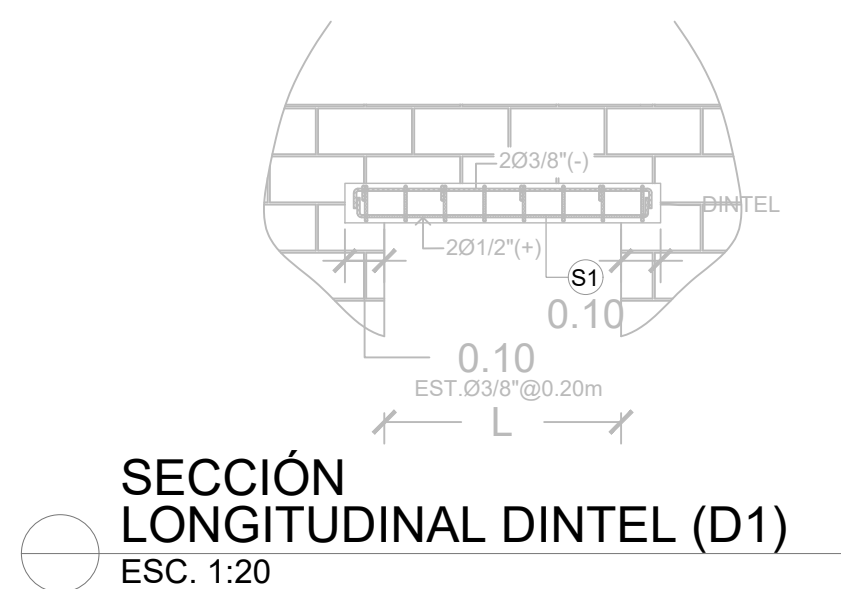

PROYECTO:
**CONST. CANCHA DE BALONCESTO
PONTÓN,**

Prov. Duarte, Mun. San Francisco de
Macoris, R.D.

EQUIPO DE TRABAJO:

DISEÑO ARQUITECTÓNICO
ARQ. _____
codia 00000

ENC. INGENIERÍA
ING. _____
codia 00000

ESTRUCTURAL
ING. _____
codia 00000

ELÉCTRICO
ING. _____
codia 00000

HIDRO-SANITARIO
ING. _____
codia 00000

SELLO DE APROBACIÓN:

FECHA: _____



CONTENIDO:
**PLANTA DE INST. SANITARIA DE
AGUA POTABLE**

ESCALA: **1:20**

SEPTIEMBRE 2026

NO. PÁGINA:

025

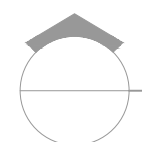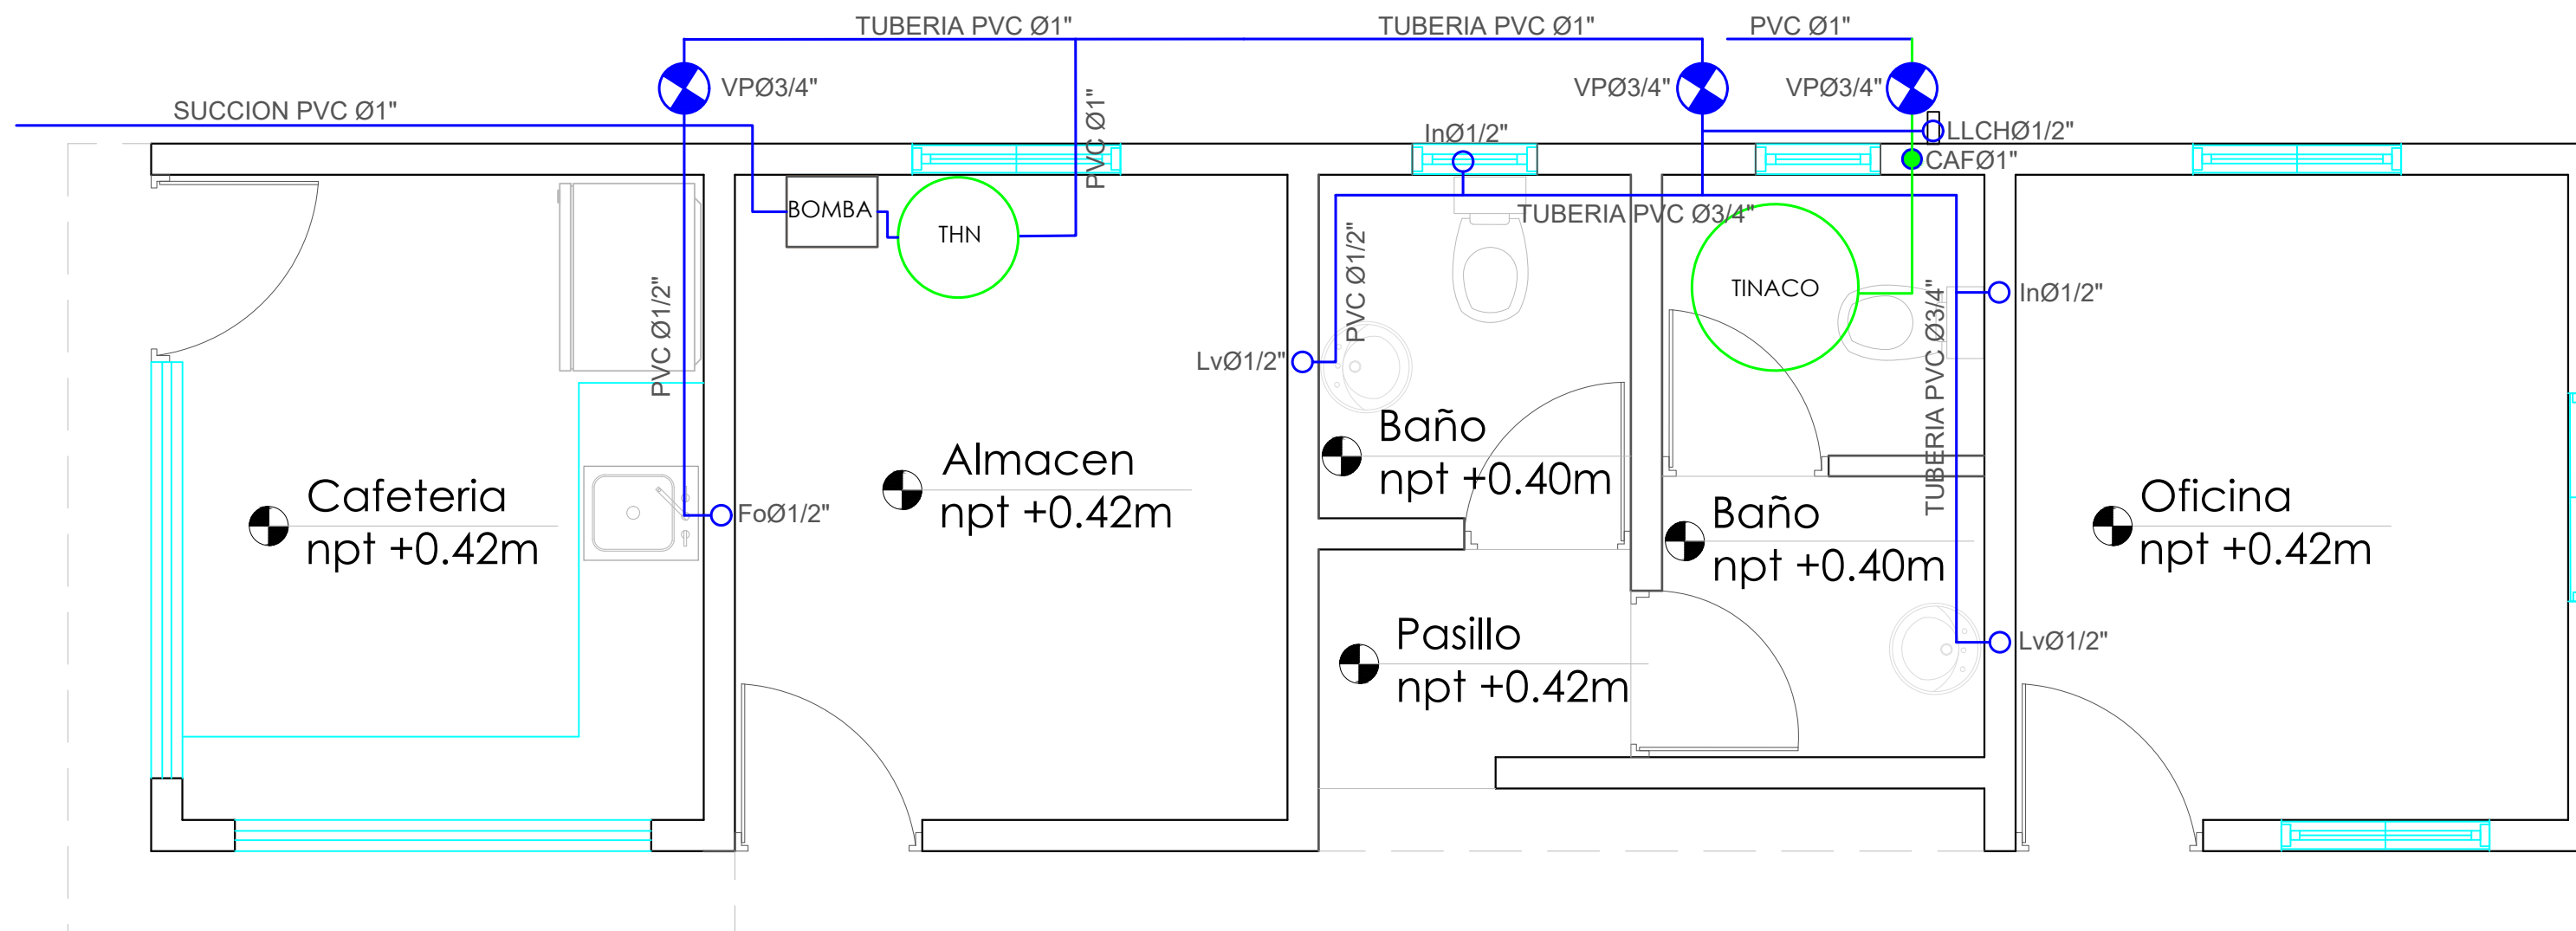

PLANTA INST. SANITARIA DE AGUA POTABLE

ESC. 1:20

LEYENDA SANITARIA		
Io		INODORO
Lo		LAVAMANOS
Fa		FREGADERO
DU		DUCHA
Dp.		DESAGUE DE PISO
CL.		CALENTADOR ELÉCTRICO
Vp.		VALVULA DE PASO
C.I.		CAJA DE INSPECCIÓN
T.G.		TRAMPA DE GRASA
VØ2"		COLUMNA DE VENTILACIÓN
BD		BAJANTE DE DESCARGA
S.		PENDIENTE EN %
		TUBERIA AGUAS POTABLE FRIA
		TUBERIA AGUAS NEGRAS
CF		COLUMNA DE AGUA FRIA



**DIRECCION DE DESARROLLO
PROVINCIAL
(DDP)**

Ave. Dr. Delgado, Esq. Moises García,
Gazcue, Sto. Dgo., R.D.
TEL.: (809)-364-2189 | FAX.: (809)- 688-1665
E-Mail: info@cpadp.gob.do

PROYECTO:

CONST. CANCHA DE BALONCESTO
PONTÓN,

Prov. Duarte, Mun. San Francisco de
Macoris, R.D.

EQUIPO DE TRABAJO:

DISEÑO ARQUITECTÓNICO
ARQ.

codia 00000

ENC. INGENIERÍA
ING.

codia 00000

STRUCTURAL ING.

codia 00000

ELÉCTRICO
ING.

codia 00000

HIDRO-SANITARIO
ING.

codia 00000

SELO DE APROBACIÓN:

FECHA:

CONTENIDO:


PLANTA DE INST. SANITARIAS DE AGUA RESIDUALES

ESCALA: 1:50

SEPTIEMBRE 2026

NO. PÁGINA:












026

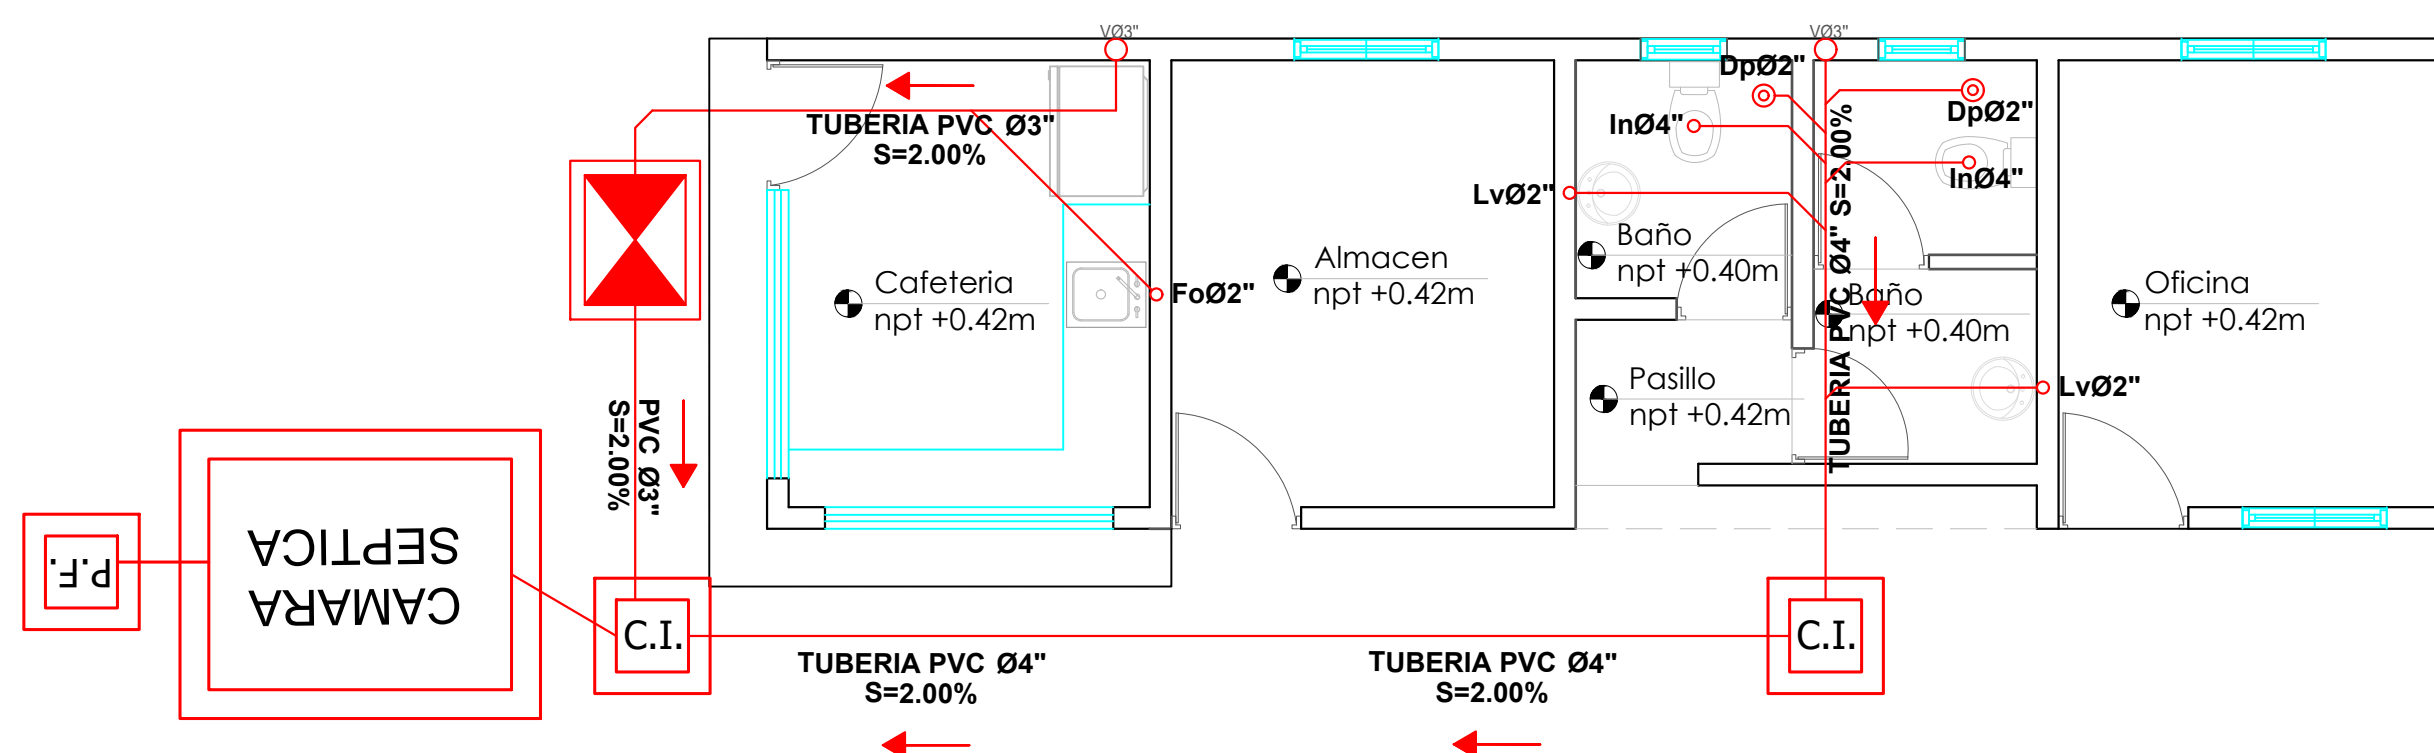

LEYENDA SANITARIA		
lo		INODORO
Lo		LAVAMANOS
Fo.		FREGADERO
DU		DUCHA
Dp.		DESAGUE DE PISO
CL		CALENTADOR ELÉCTRICO
Vp.		VALVULA DE PASO
C.I.		CAJA DE INSPECCIÓN
T.G.		TRAMPA DE GRASA
V02"		COLUMNA DE VENTILACIÓN
BD		BAJANTE DESCARGA
S.		PENDIENTE EN %
		TUBERIA AGUAS POTABLE FRIA
		TUBERIA AGUAS NEGRAS
CF		COLUMNA DE AGUA FRIA



           ESC. 1:50

PANEL: <u>PA</u>		<u>4</u> CONDUCTORES				ESPACIOS: <u>18</u>							
LUGAR: <u>SALON</u>		SIMILAR: _____ CAT: <u>THQC 184 20</u>				TENSIÓN: <u>120/240</u> VOLTS							
FASE: <u>2</u>		INTERRUPTOR PRINCIPAL <u>60/2</u> AMP _____ TIPO _____				BREAKERS TIPO: <u>THQC</u>							
KVA	DESCRIPCIÓN	DUCT.	CAL	BKR	NO.	A	B	NO.	BKR	CAL	DUCT.	DESCRIPCIÓN	KVA
0.50	LUZ COLGANTES	1/2"	2 #12	20	1			2	20	2 #12	1/2"	LUCES COLGANTE	0.50
0.50	" "	1/2"	2 #12	20	3			4	20	2 #12	1/2"	" "	0.50
0.50	" "	1/2"	2 #12	20	5			6	20	2 #12	1/2"	" "	0.40
0.40	" "	1/2"	2 #12	20	7			8	20	2 #12 1 #12	1/2"	" "	0.30
0.30	TOMTE. PIZARRA	1/2"	2 #12 1 #12	20	9			10	20	2 #12 1 #12	1/2"	TOMTE. PIZARRA	0.30
0.30	ABANICO TECHO	1/2"	2 #12 1 #12	20	11			12	20	2 #10 1 #12	3/4"	ABANICO TECHO	0.75
1.20	LUCES EXTERIOR	3/4"	2 #10 1 #12	20	13			14	20	2 #12 1 #12	1/2"	LUCES EXTERIOR	1.00
					15					2 #12 1 #12	1/2"	LUCES Of. BAÑO	0.60
												TOMTE. 120V	
													
													
CARGA CONECTADA: <u>8.05</u> KVA				DEMANDA MAXIMA: <u>8.05</u> KVA				ALIMENTADOR:					
ILUMINACIÓN: <u>6.25</u> KVA				CARGA DE DISEÑO: <u>6.44</u> KVA				<u>2</u> THW CAL. NO. <u>6</u>					
TOMACORRIENTE: <u>1.20</u> KVA				CORRIENTE DE DISEÑO: <u>26.83</u> AMP				<u>1</u> THW CAL. NO. <u>8</u>					
OTROS: <u>0.60</u> KVA				FACTOR DE DEMANDA: <u>80</u> %				<u>1</u> THW CAL. NO. <u>8</u>					
FASE A: <u>4.70</u> KVA				CARGA RESERVA: <u>1.61</u> KVA				DUCTO DIAM: <u>1"</u> TIPO: <u>PVC</u>					
FASE B: <u>3.35</u> KVA				NEUTRO: <u>26.83 AMP</u>									

PROYECTO:
**CONST. CANCHA DE BALONCESTO
PONTÓN,**
Prov. Duarte, Mun. San Francisco de
Macoris, R.D.

EQUIPO DE TRABAJO:

DISEÑO ARQUITECTÓNICO ARQ.	codia 00000
ENC. INGENIERÍA ING.	codia 00000
ESTRUCTURAL ING.	codia 00000
ELÉCTRICO ING.	codia 00000
HIDRO-SANITARIO ING.	codia 00000

SELLO DE APROBACIÓN:

FECHA: _____

CONTENIDO:

DETALLES ELÉCTRICOS

ESCALA:


1:40

SEPTIEMBRE 2026



NO. PÁGINA:

029

PUNTO DE INTERCONEXION

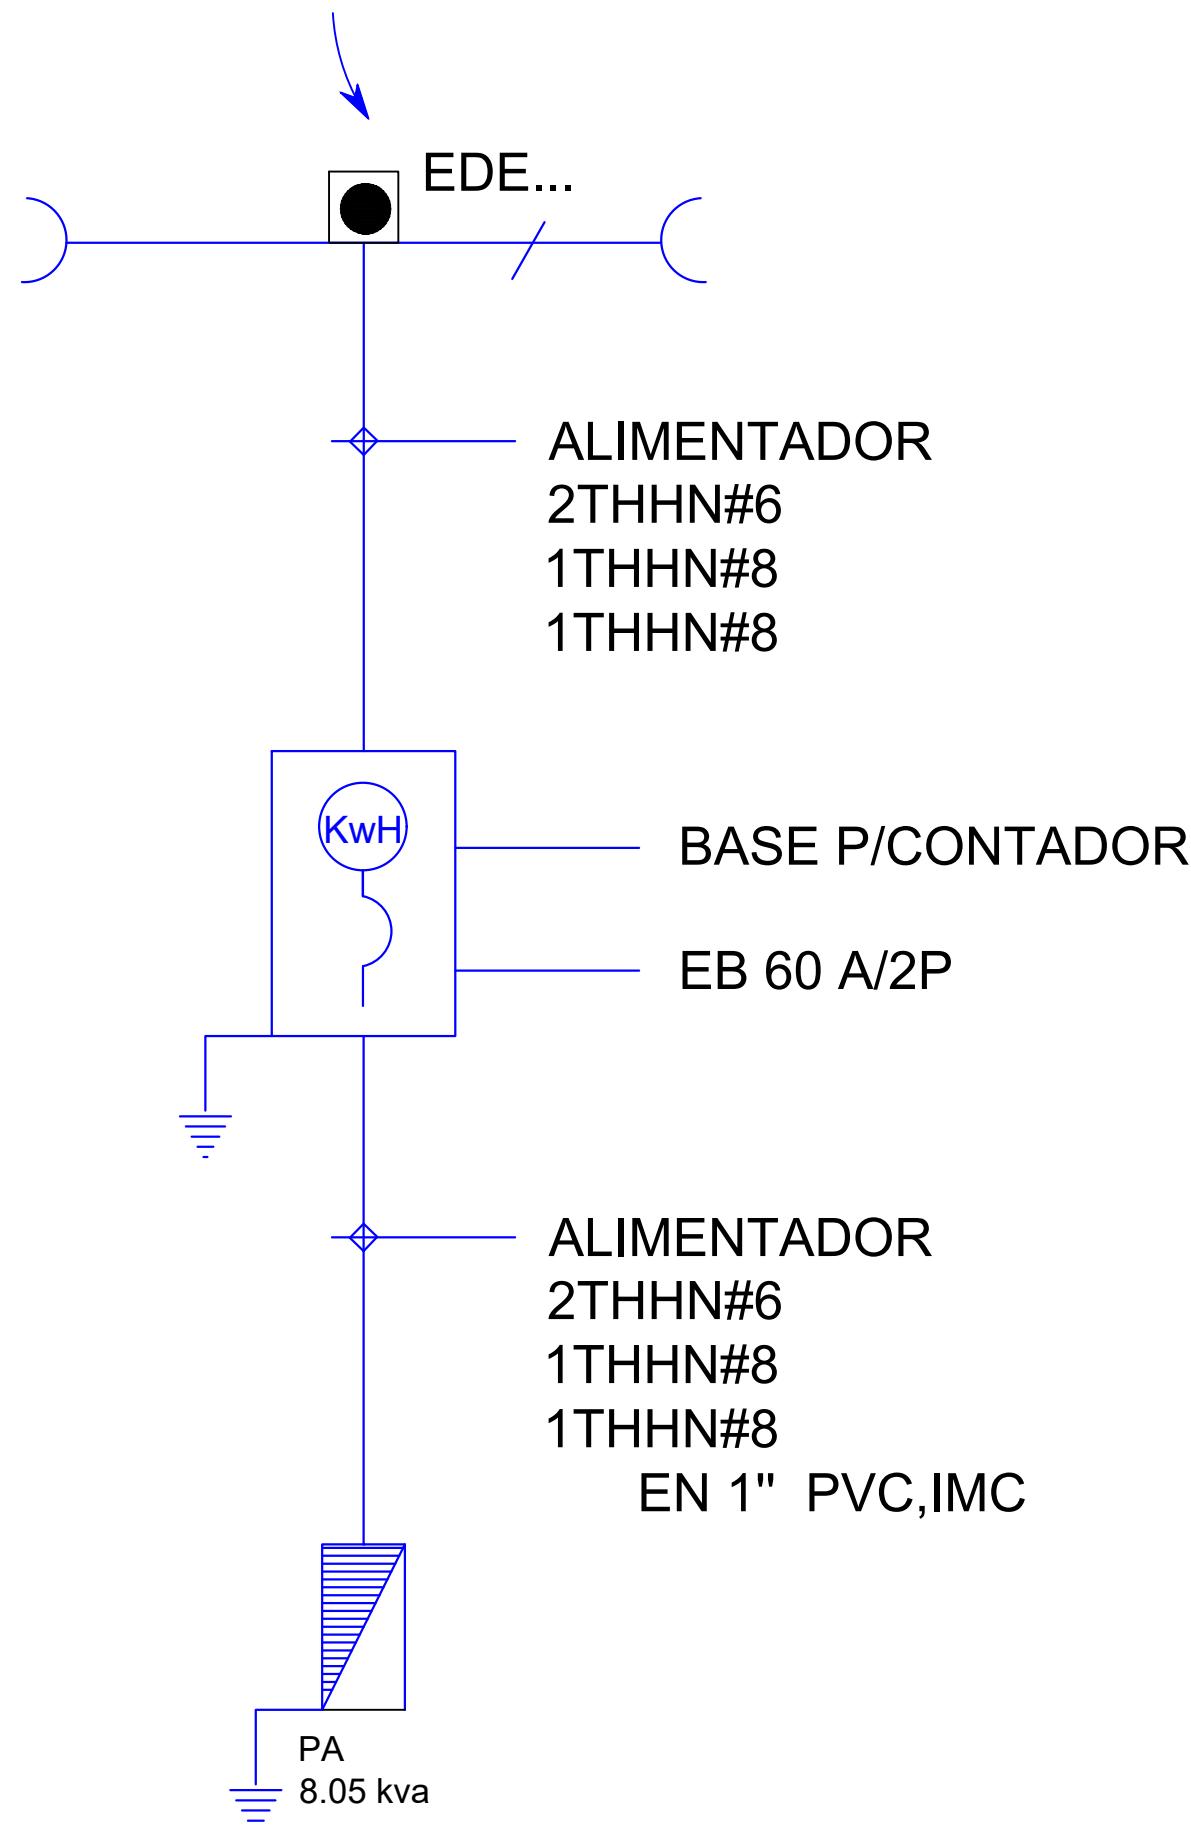

 **DIAGRAMA UNIFILAR**
ESC. N/E

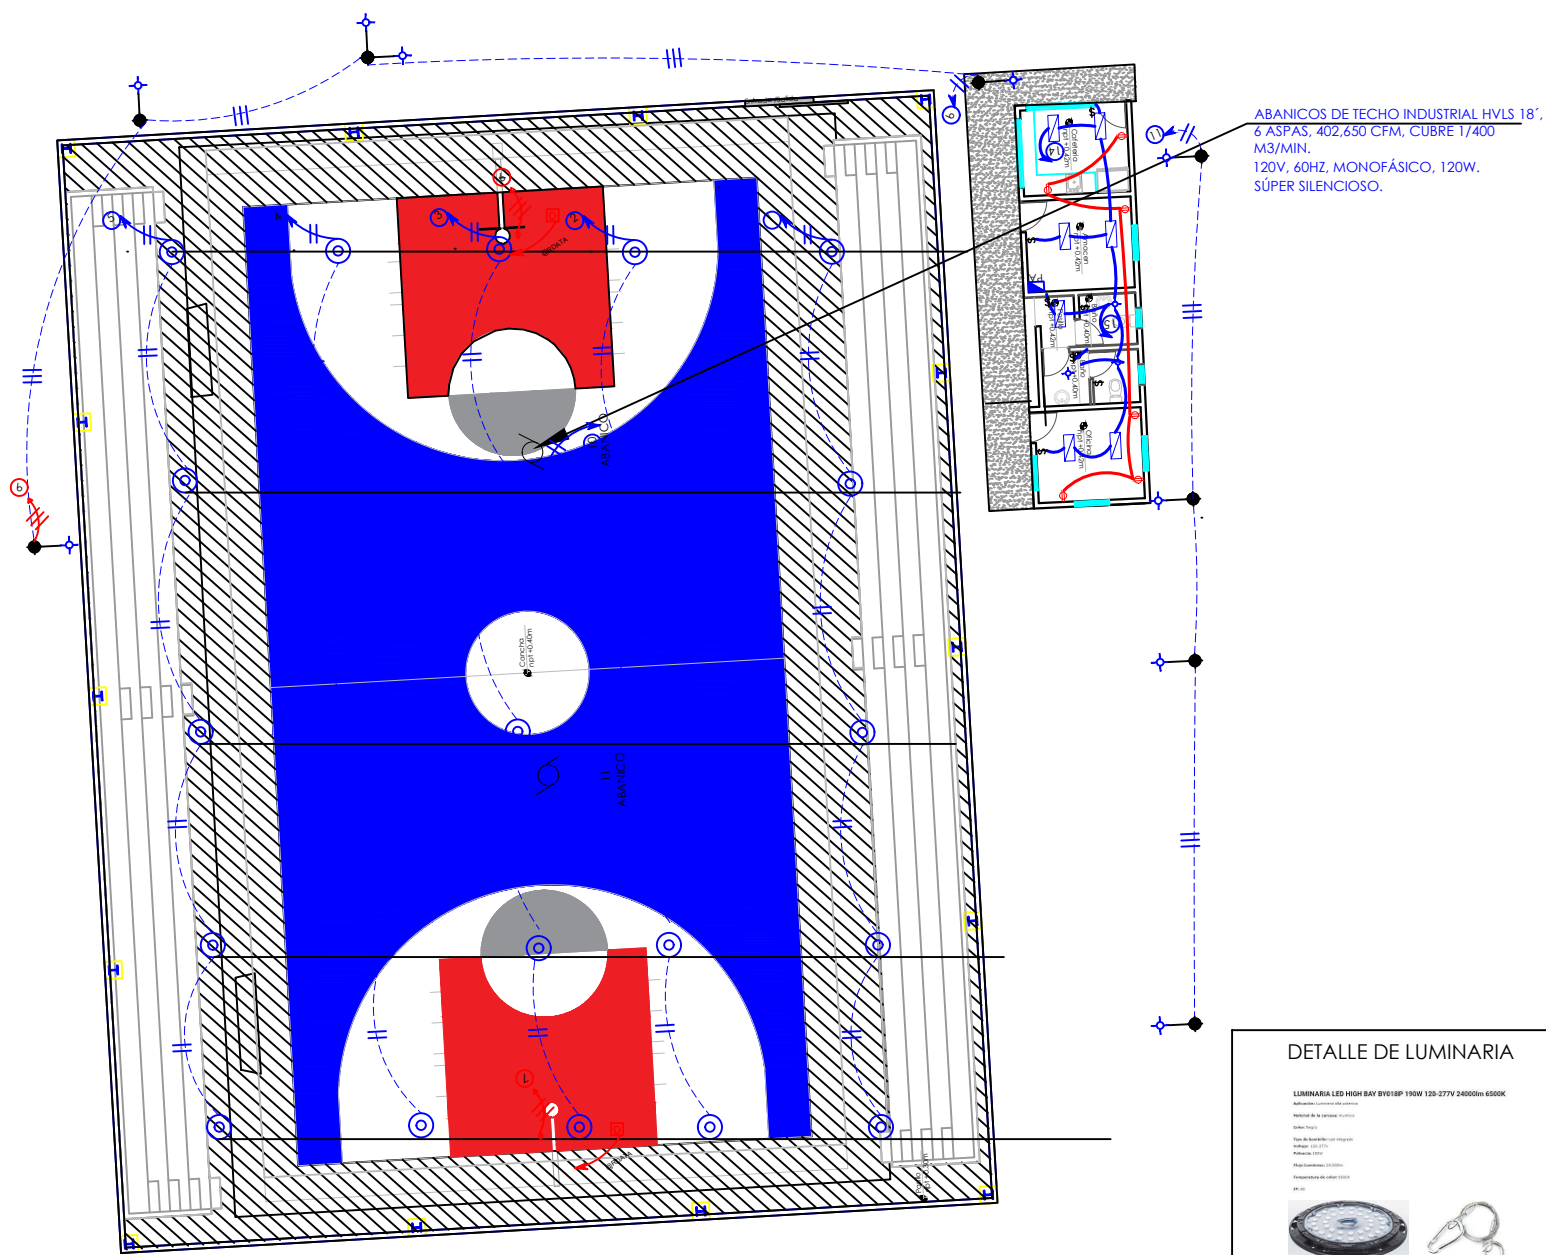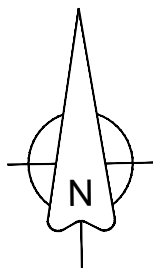

ABANICOS DE TECHO INDUSTRIAL HVLS 18"
6 ASPAS, 402.650 CFM, CUBRE T/400
M3/MIN.
120V, 60HZ, MONOFÁSICO, 120W,
SÚPER SILENCIOSO.

CABLE DE GOMA Y
ACERO

LAMPARAS GOLGANTES
100W, LED, 120V


DETALLE DE LUMINARIA

LÁMPARA COLGANTE 190W, 120V

SÍMBOLO

33

PRESUPUESTO ELÉCTRICO		
TIPO	DESCRIPCIÓN	CANT. (UD)
⊙	Lámpara colgante	33
□	DATA	2
⚡	Interruptores sencillo, 15A, 120V	7
⚡	Toma Corriente 120V, Doble, 20A	6
⚡	Fotocelda LED, tipo cabeza de cabra, 150 W Poste 4" x 4" x 20, HN, 7 UNIDADES	14
PA	Panel de BREAKERS	1
⊗	ABANICOS DE TECHO INDUSTRIAL HVLS 18" 6 ASPAS	2

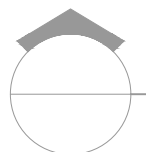

PLANTA DE ELECTRICA CONJUNTO

ESC. 1:500

*NOTA: ESTOS PLANOS PUEDEN SER MODIFICADOS Y/O ADECUADOS EN CAMPO.

GOBIERNO DE LA
REPÚBLICA DOMINICANA

DIRECCION DE DESARROLLO
PROVINCIAL
(DDP)

Ave. Dr. Delgado, Esq. Moises García,
Gazcue, Sto. Dgo., R.D.
TEL.: (809)-364-2189 | FAX.: (809)- 688-1665
E-Mail: info@cpadp.gob.do

PROYECTO:
**CONST. CANCHA DE BALONCESTO
PONTÓN,**
**Prov. Duarte, Mun. San Francisco de
Macoris, R.D.**

EQUIPO DE TRABAJO:

DISEÑO ARQUITECTÓNICO
ARQ. _____
codia 00000

ENC. INGENIERÍA
ING. _____
codia 00000

ESTRUCTURAL
ING. _____
codia 00000

ELÉCTRICO
ING. _____
codia 00000

HIDRO-SANITARIO
ING. _____
codia 00000

SELLO DE APROBACIÓN:


FECHA: _____

CONTENIDO:
**PLANTA ELECTRICA
DE CONJUNTO**

ESCALA:
1:500

SEPTIEMBRE 2026

NO. PÁGINA:
030

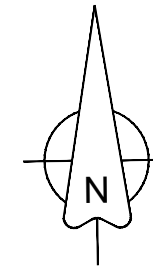

DIRECCION DE DESARROLLO
PROVINCIAL
(DDP)

Ave. Dr. Delgado, Esq. Moises García,
Gazcue, Sto. Dgo., R.D.
TEL.: (809)-364-2189 | FAX.: (809)- 688-1665
E-Mail: info@cpadp.gob.do

PROYECTO:
**CONST. CANCHA DE BALONCESTO
PONTÓN,**

Prov. Duarte, Mun. San Francisco de
Macoris, R.D.

EQUIPO DE TRABAJO:

DISEÑO ARQUITECTÓNICO
ARQ. _____
codia 00000 _____

ENC. INGENIERÍA
ING. _____
codia 00000 _____

ESTRUCTURAL
ING. _____
codia 00000 _____

ELÉCTRICO
ING. _____
codia 00000 _____

HIDRO-SANITARIO
ING. _____
codia 00000 _____

SELLO DE APROBACIÓN:

FECHA: _____

CONTENIDO:



**PLANTA SANITARIA
POTABLE**

ESCALA:
1:500

SEPTIEMBRE 2026


NO. PÁGINA:

031

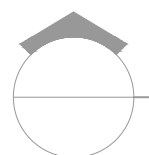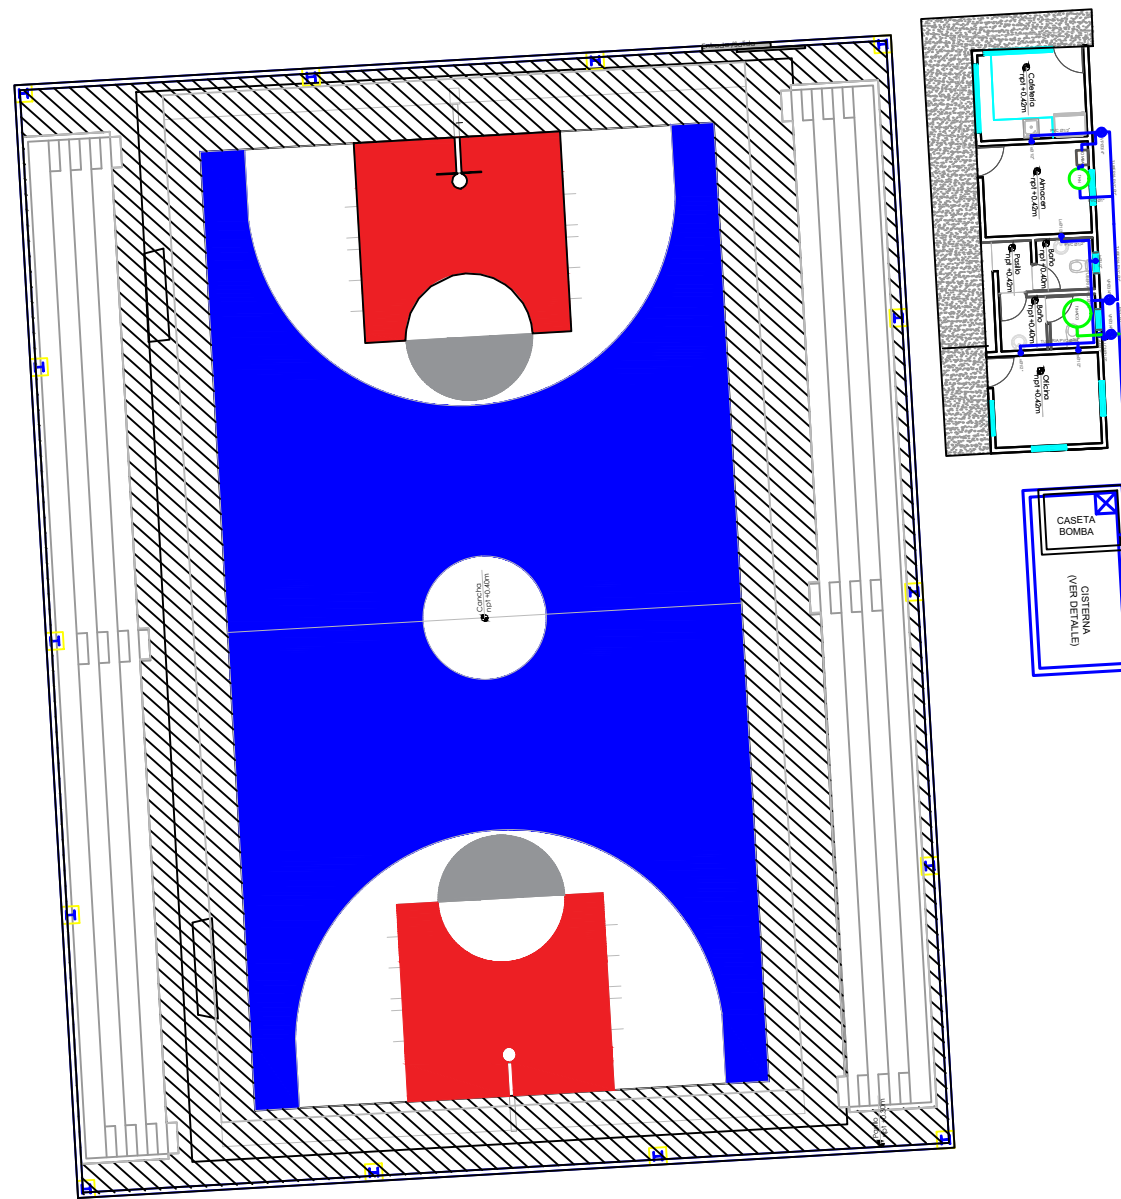

PLANTA SANITARIA POTABLE

ESC. 1:500

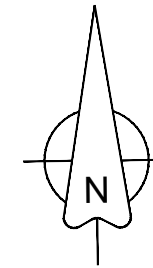

DIRECCION DE DESARROLLO
PROVINCIAL
(DDP)

Ave. Dr. Delgado, Esq. Moises García,
Gazcue, Sto. Dgo., R.D.
TEL.: (809)-364-2189 | FAX.: (809)- 688-1665
E-Mail: info@cpadp.gob.do

PROYECTO:
**CONST. CANCHA DE BALONCESTO
PONTÓN,**

Prov. Duarte, Mun. San Francisco de
Macoris, R.D.

EQUIPO DE TRABAJO:

DISEÑO ARQUITECTÓNICO
ARQ. _____
codia 00000

ENC. INGENIERÍA
ING. _____
codia 00000

ESTRUCTURAL
ING. _____
codia 00000

ELÉCTRICO
ING. _____
codia 00000

HIDRO-SANITARIO
ING. _____
codia 00000

SELLO DE APROBACIÓN:

FECHA: _____


CONTENIDO:
**PLANTA SANITARIA
RESIDUAL**

ESCALA:
1:500

SEPTIEMBRE 2026


NO. PÁGINA:

032

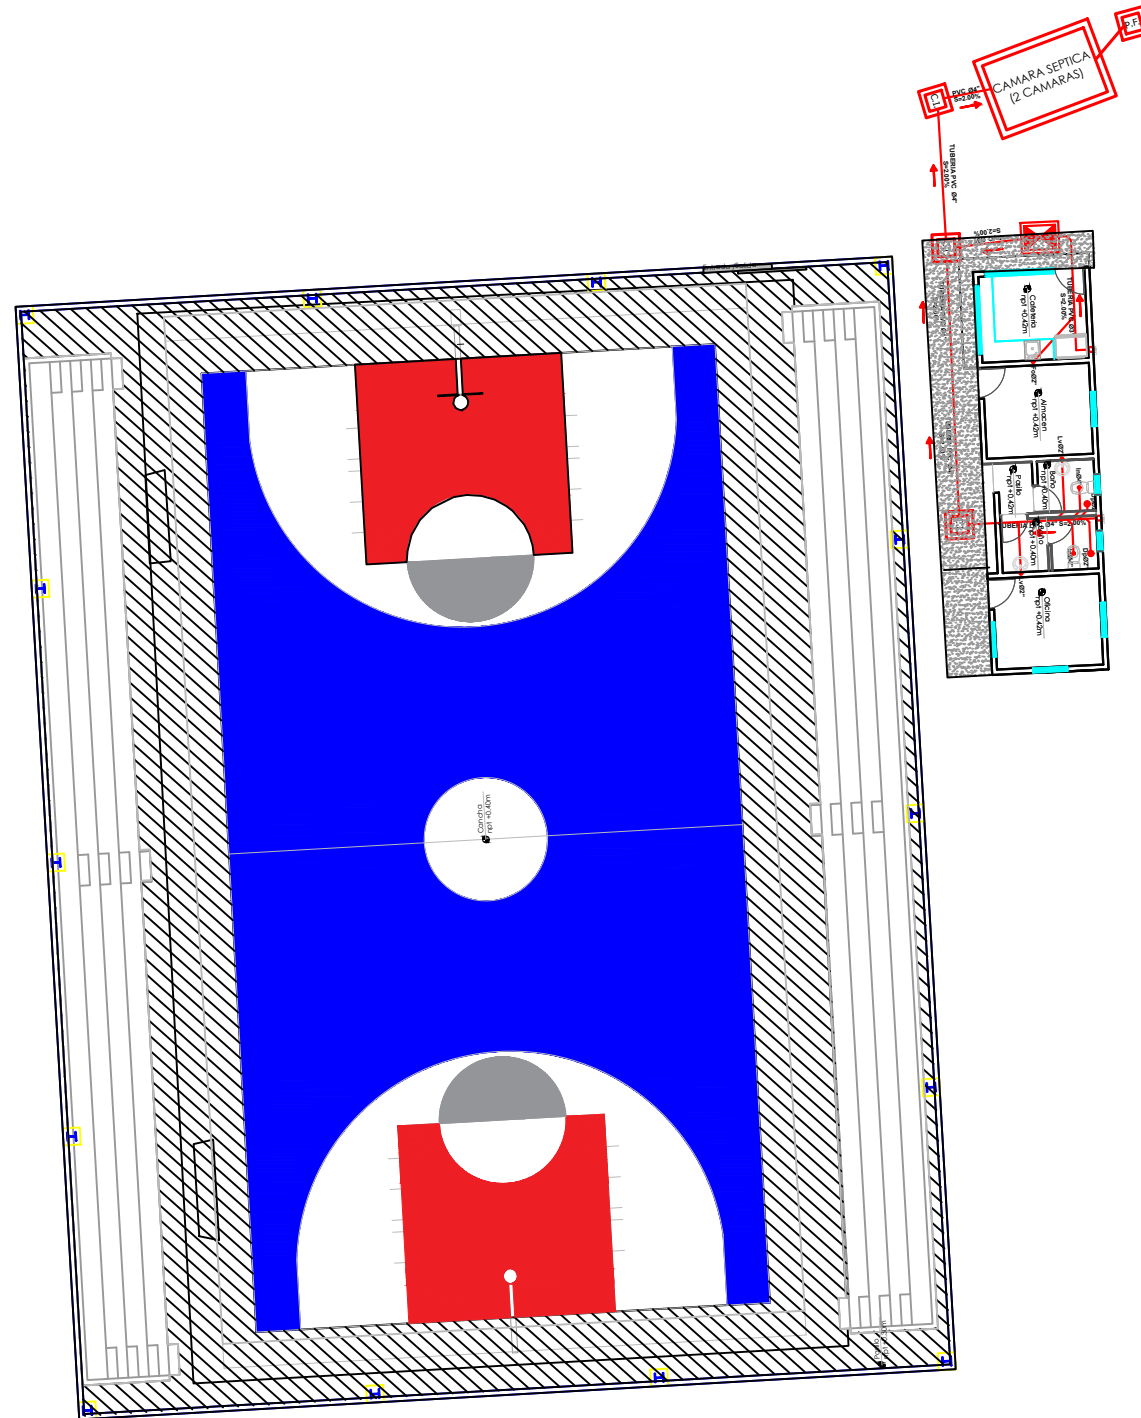

LEYENDA



SÍMBOLO	DESCRIPCIÓN
—	AGUAS NEGRAS
—	AGUA POTABLE
—▷	PENDIENTE
LT	LIMATESA
LH	LIMAHOYA
○CD	COLUMNA DE DESCARGA
○VØ3"	VENTILACIÓN
○DT	DESAGÜE DE TECHO
○DP	DESAGÜE DE PISO
—	TAPÓN
R	REGISTRO
VP	VÁLVULA DE PASO

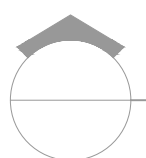


PLANTA SANITARIA RESIDUAL

ESC. 1:500

DETALLE DESAGÜE CANALETA

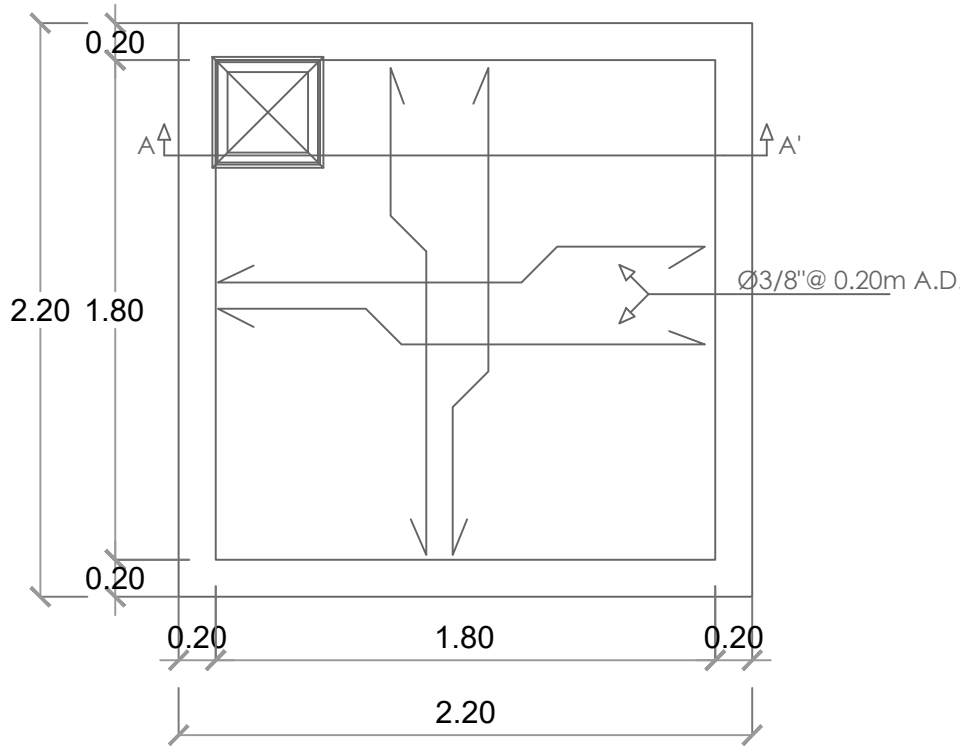
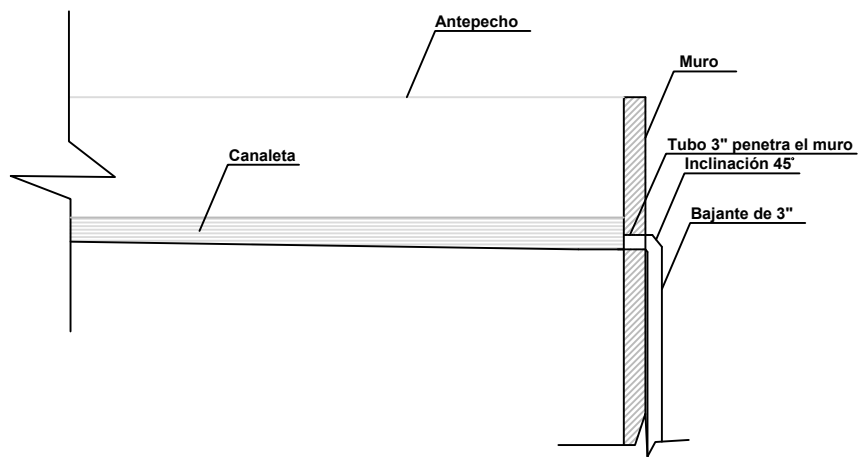


PLANTA CISTERNA

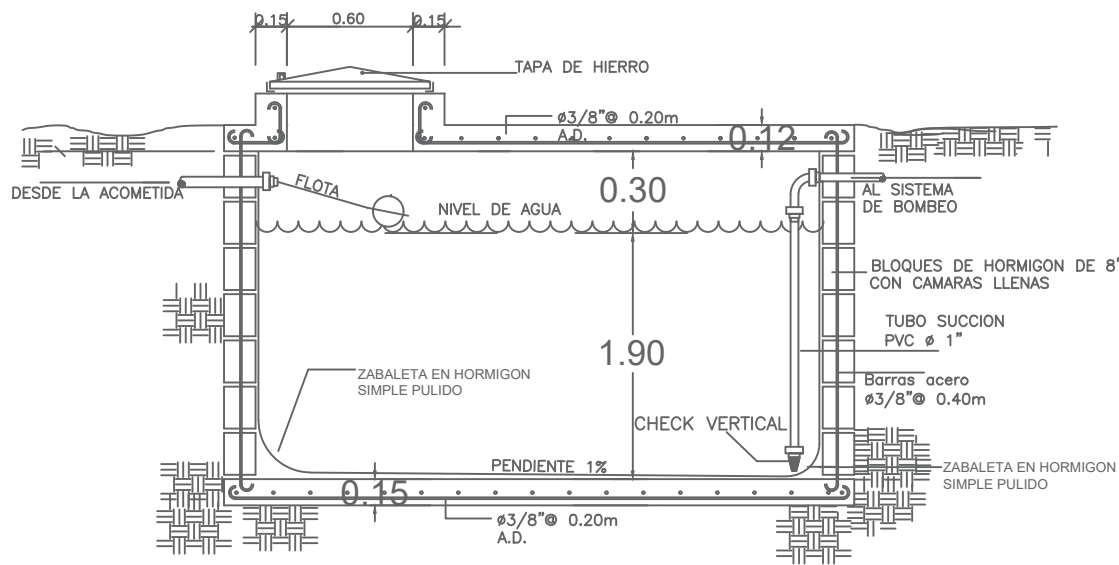


SECCION CISTERNA


DETALLE TANQUE SEPTICO DE DOS CAMARAS

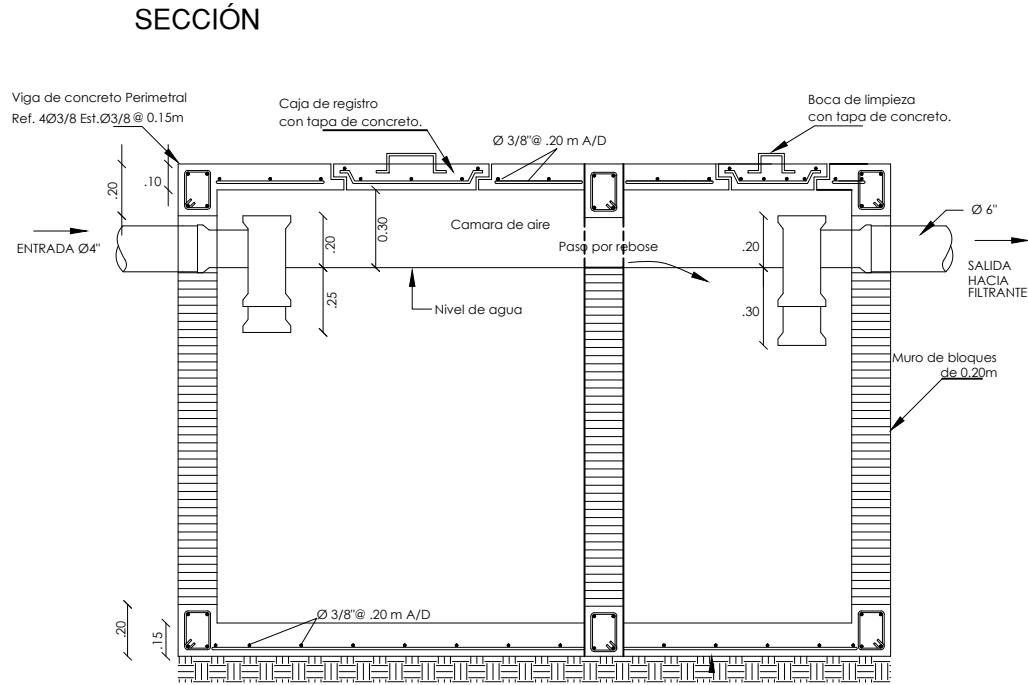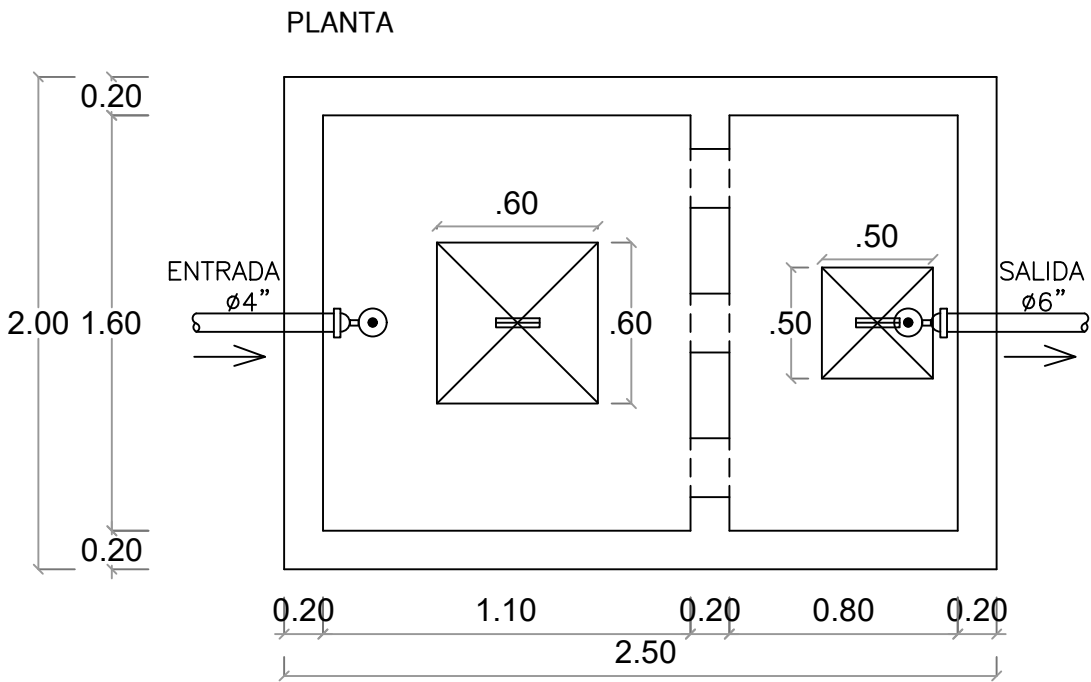


DETALLE FILTRANTE
NO ESCALA

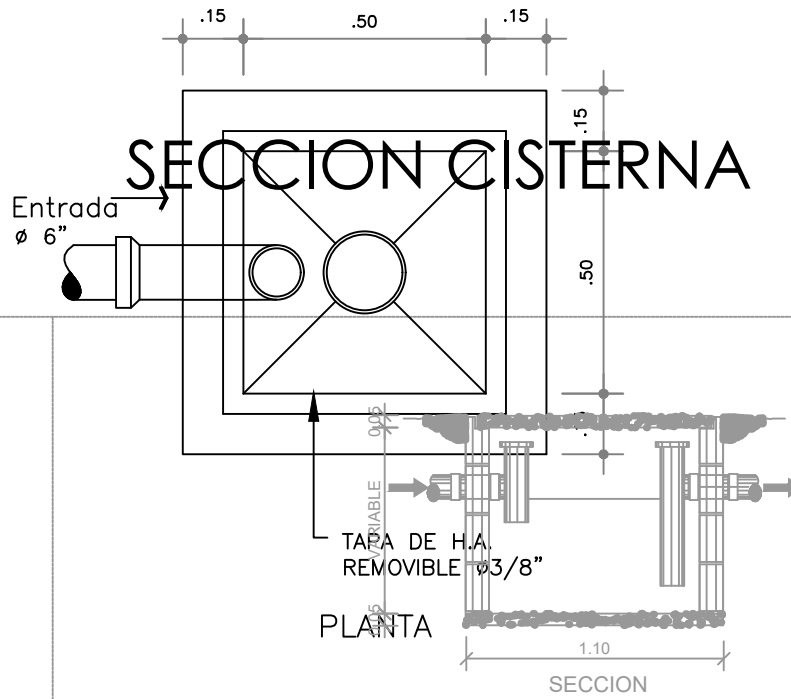

PLANTA

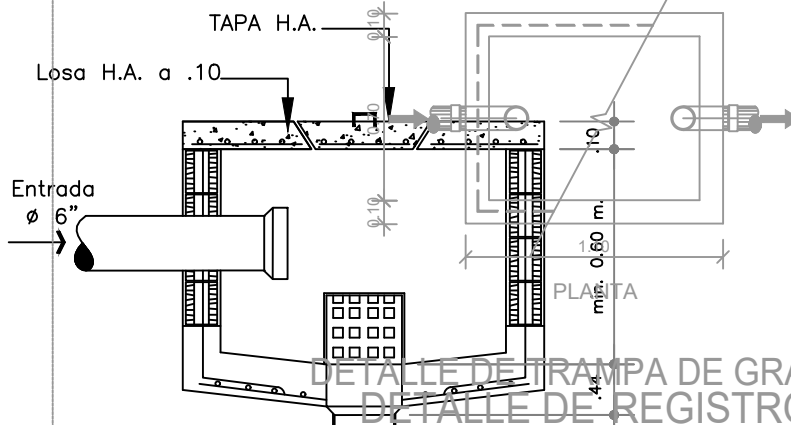


DETALLE DE TRAMPA DE GRASA
DETALLE DE REGISTRO

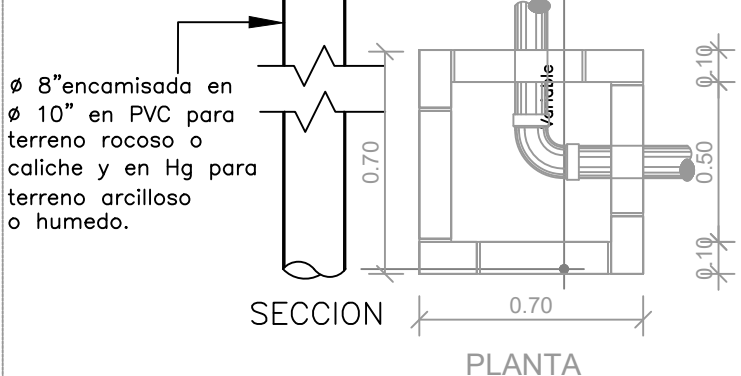

SECCION

PLANTA

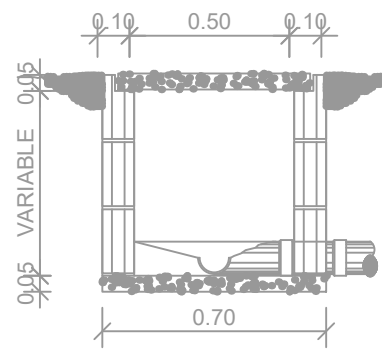

SECCION



DIRECCION DE DESARROLLO
PROVINCIAL
(DDP)

Ave. Dr. Delgado, Esq. Moises García,
Gazcue, Sto. Dgo., R.D.
TEL.: (809)-364-2189 | FAX.: (809)- 688-1665
E-Mail: info@cpadp.gob.do

PROYECTO:
**CONST. CANCHA DE BALONCESTO
PONTÓN,**
Prov. Duarte, Mun. San Francisco de
Macoris, R.D.

EQUIPO DE TRABAJO:
DISEÑO ARQUITECTÓNICO
ARQ. _____
codia 00000
ENC. INGENIERÍA
ING. _____
codia 00000
ESTRUCTURAL
ING. _____
codia 00000
ELÉCTRICO
ING. _____
codia 00000
HIDRO-SANITARIO
ING. _____
codia 00000

SELLO DE APROBACIÓN:

FECHA: _____

CONTENIDO:
DETALLES SANITARIOS

ESCALA:
1:50

SEPTIEMBRE 2026

NO. PÁGINA:

PROYECTO:
**CONST. CANCHA DE BALONCESTO
PONTÓN,**
Prov. Duarte, Mun. San Francisco de
Macoris, R.D.

EQUIPO DE TRABAJO:

DISEÑO ARQUITECTÓNICO ARQ.	codia 00000
ENC. INGENIERÍA ING.	codia 00000
ESTRUCTURAL ING.	codia 00000
ELÉCTRICO ING.	codia 00000
HIDRO-SANITARIO ING.	codia 00000

SELLO DE APROBACIÓN:

FECHA: _____


CONTENIDO:


CASETA DE BOMBA


ESCALA:
1:25


SEPTIEMBRE 2026


NO. PÁGINA:
034

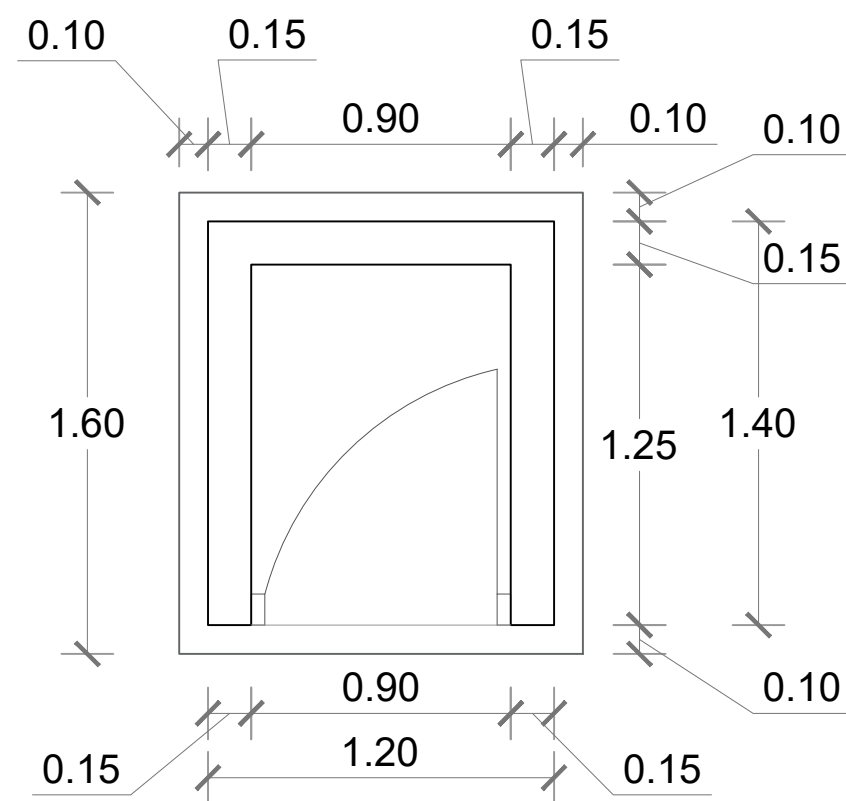


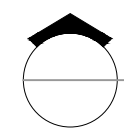
 **PLANTA-CASETA DE BOMBA**
ESC. 1:25

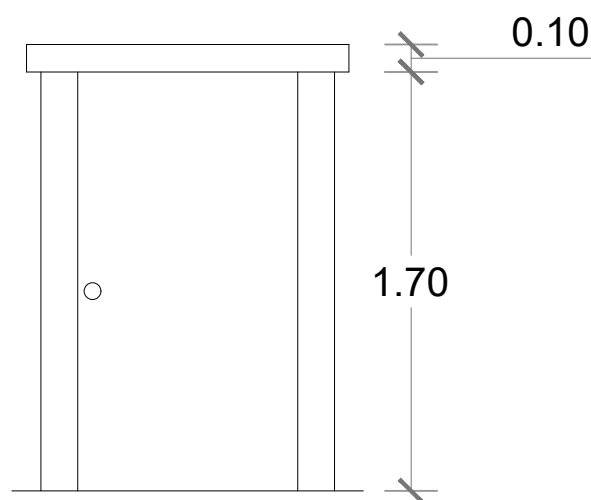


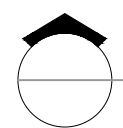
 **ELEVACIÓN FRONTAL**
ESC. 1:25

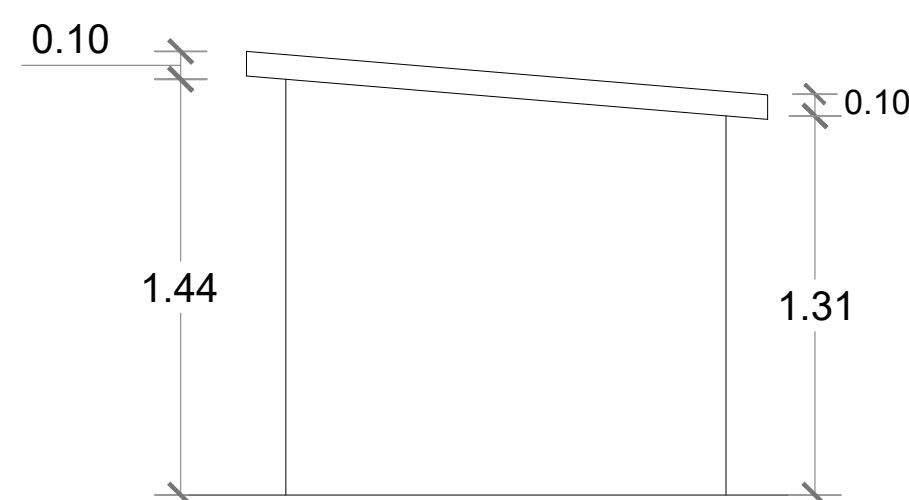


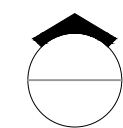
 **ELEVACIÓN LATERAL DERECHA**
ESC. 1:25

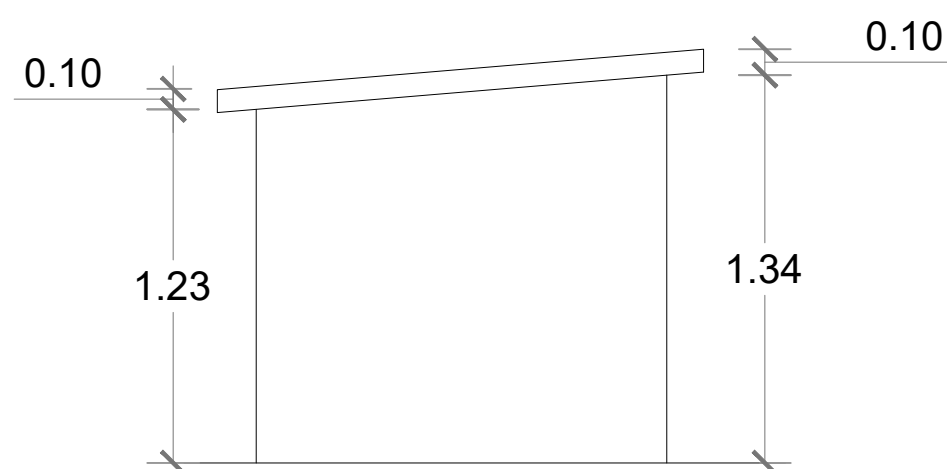


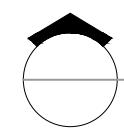
 **ELEVACIÓN LATERAL IZQUIERDA**
ESC. 1:25


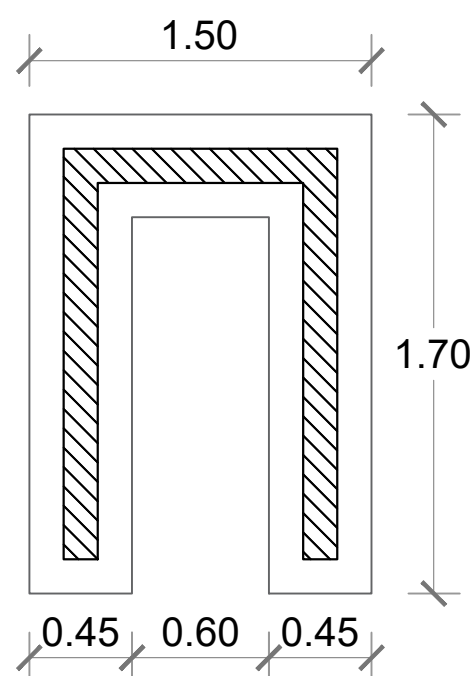


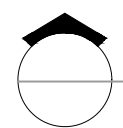 **PLANTA DE CIMIENTOS**
ESC. 1:25

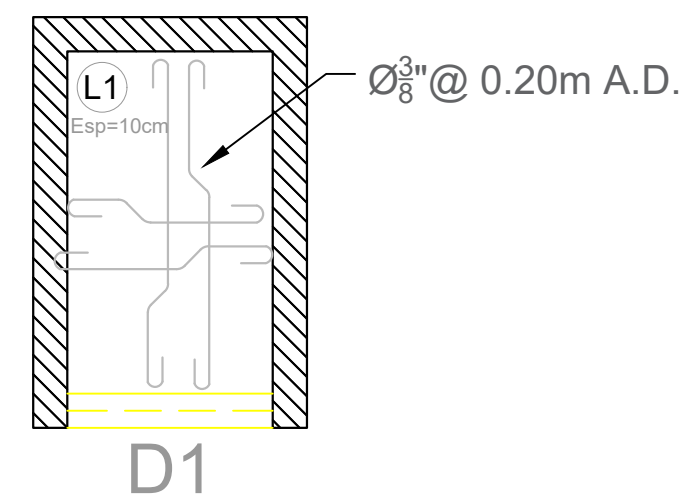

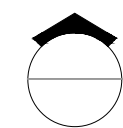 **ESTRUCTURA TECHO**
ESC. 1:25

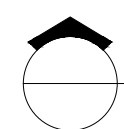 **DETALLE CASETA DE BOMBA**
1:25

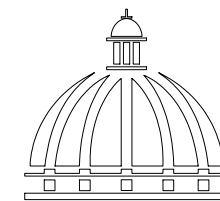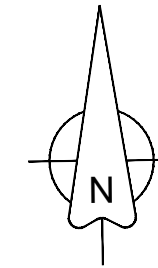

GOBIERNO DE LA
REPÚBLICA DOMINICANA

DIRECCION DE DESARROLLO
PROVINCIAL
(DDP)

Ave. Dr. Delgado, Esq. Moises García,
Gazcue, Sto. Dgo., R.D.
TEL.: (809)-364-2189 | FAX.: (809)- 688-1665
E-Mail: info@cpadp.gob.do

PROYECTO:
**CONST. CANCHA DE BALONCESTO
PONTÓN,**

Prov. Duarte, Mun. San Francisco de
Macoris, R.D.

EQUIPO DE TRABAJO:

DISEÑO ARQUITECTÓNICO
ARQ.

codia 00000

ENC. INGENIERÍA
ING.

codia 00000

ESTRUCTURAL
ING.

codia 00000

ELÉCTRICO
ING.

codia 00000

HIDRO-SANITARIO
ING.

codia 00000

SELLO DE APROBACIÓN:

FECHA:

CONTENIDO:

**PLANTA DE
CIMIENTOS**


ESCALA:

1:500


SEPTIEMBRE 2026

NO. PÁGINA:


035

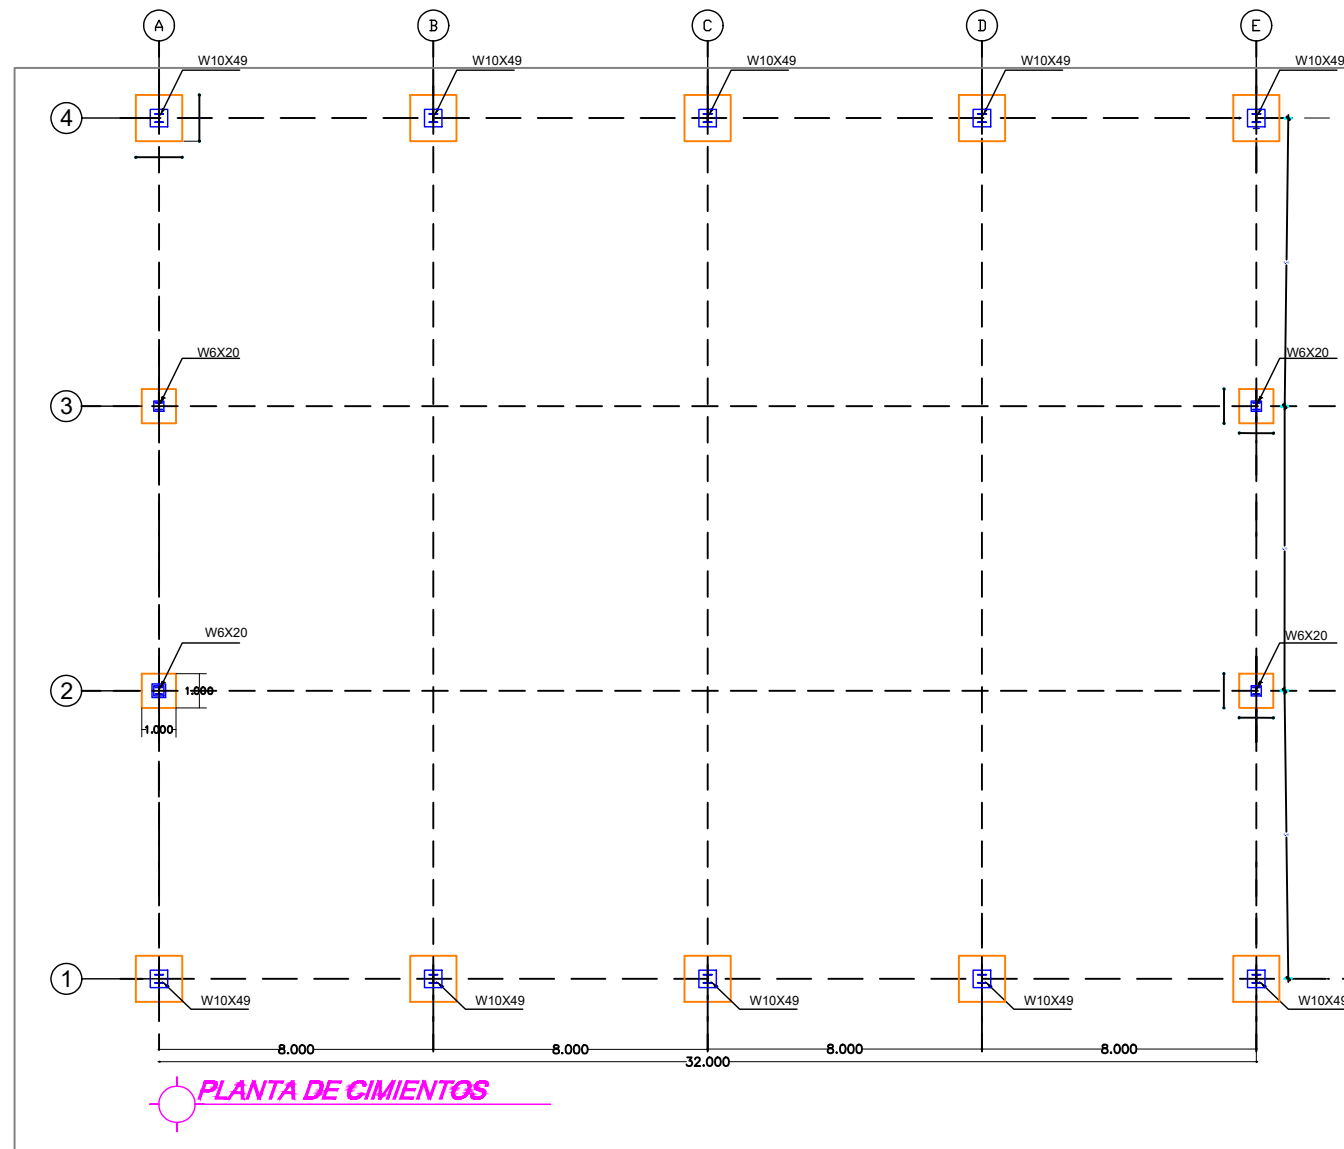


PLANTA DE CIMIENTOS

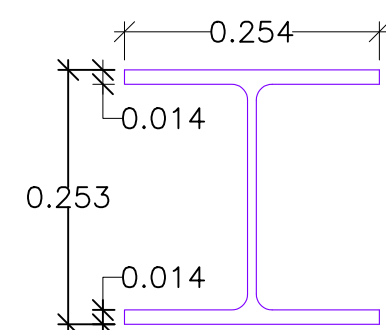


W10x49

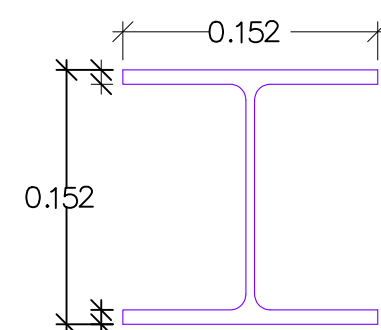


W6x20

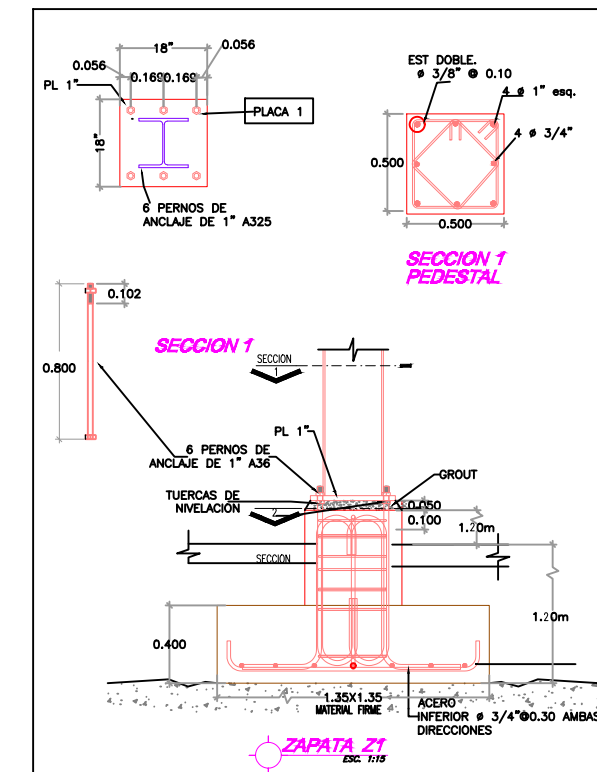

SECCION 1
PEDESTAL

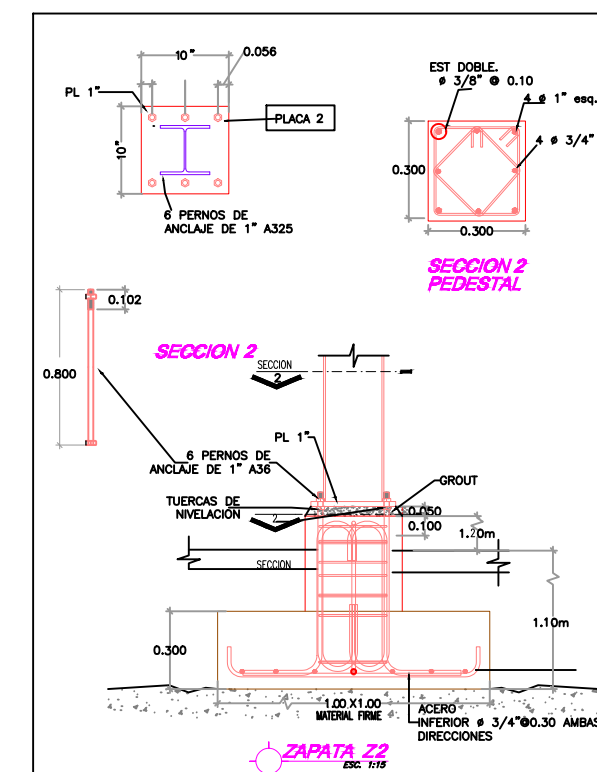

SECCION 2
PEDESTAL

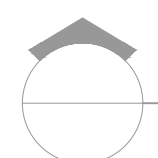

PLANTA DE CIMIENTOS /DETALLE EST.

ESC. 1:500

PROYECTO:
**CONST. CANCHA DE BALONCESTO
PONTÓN,**
Prov. Duarte, Mun. San Francisco de
Macoris, R.D.

EQUIPO DE TRABAJO:

DISEÑO ARQUITECTÓNICO ARQ.	codia 00000
ENC. INGENIERÍA ING.	codia 00000
ESTRUCTURAL ING.	codia 00000
ELÉCTRICO ING.	codia 00000
HIDRO-SANITARIO ING.	codia 00000

SELLO DE APROBACIÓN:





FECHA: _____

CONTENIDO:
DETALLES ESTRUCTURALES



ESCALA:
1:100

SEPTIEMBRE 2026


NO. PÁGINA:
036

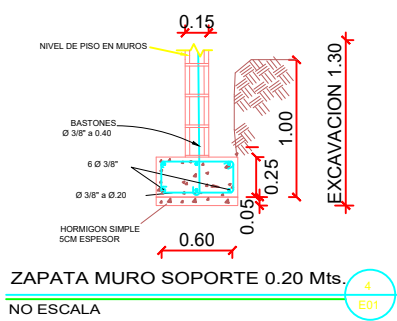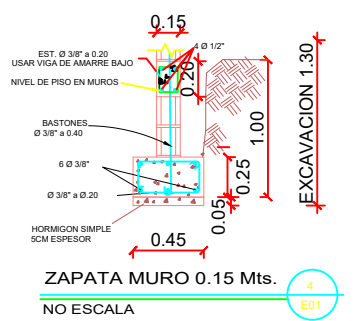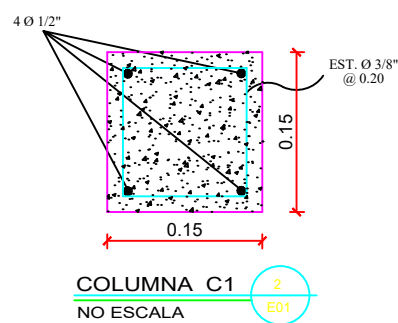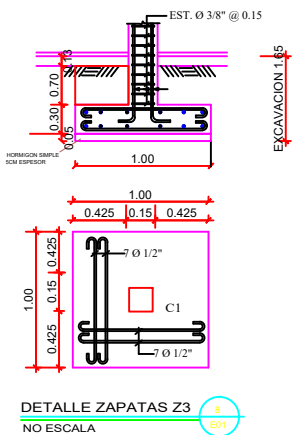



DETALLE REFUERZO VERTICAL

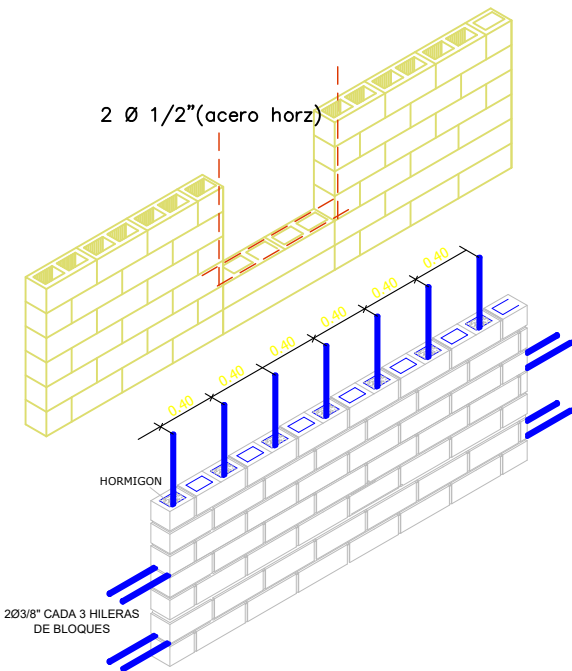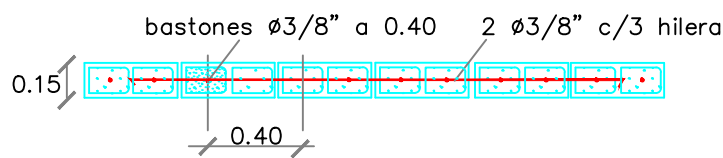


DETALLE REFUERZO HORIZONTAL







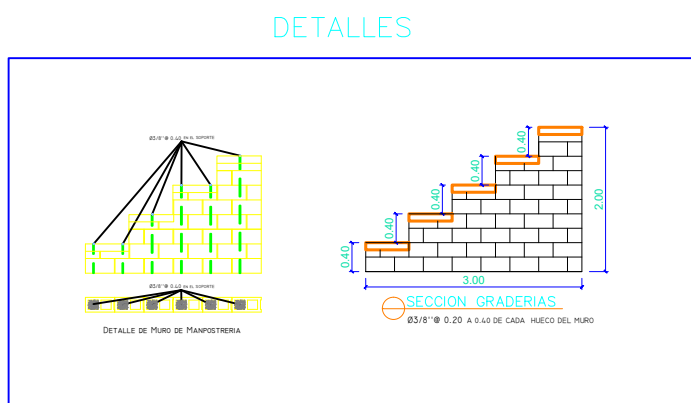


DETALLE REFUERZO VERTICAL EN LAS INTERSECCIONES DE LOS MUROS.

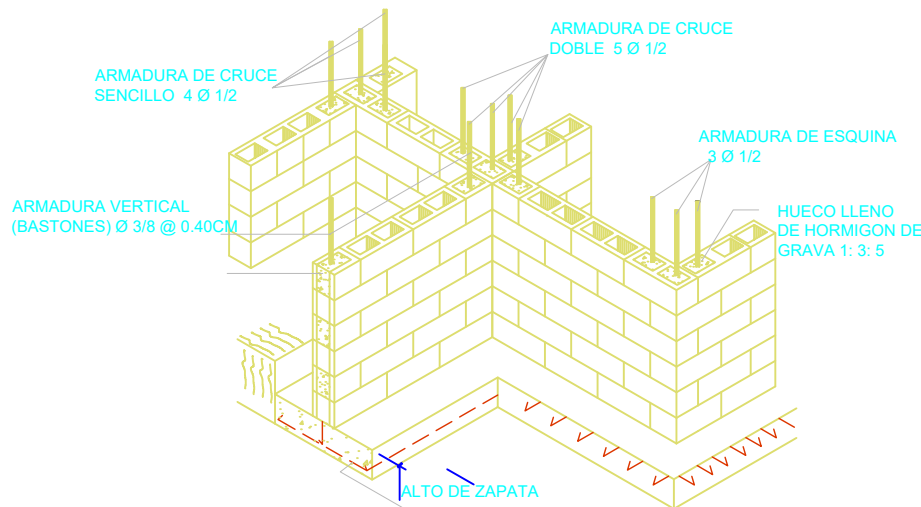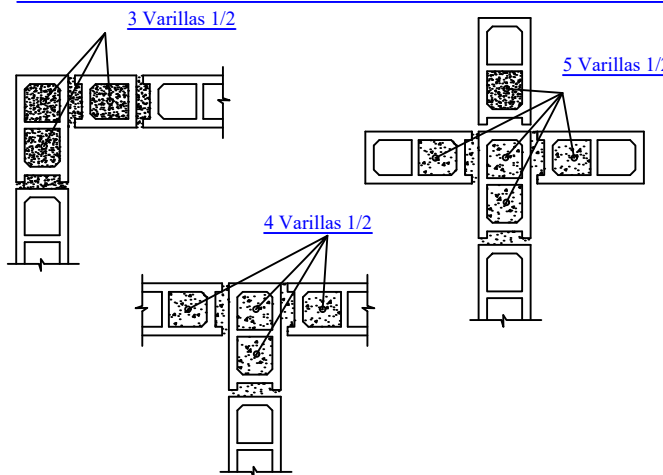

DETALLES

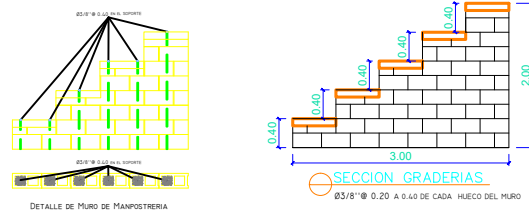

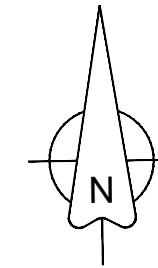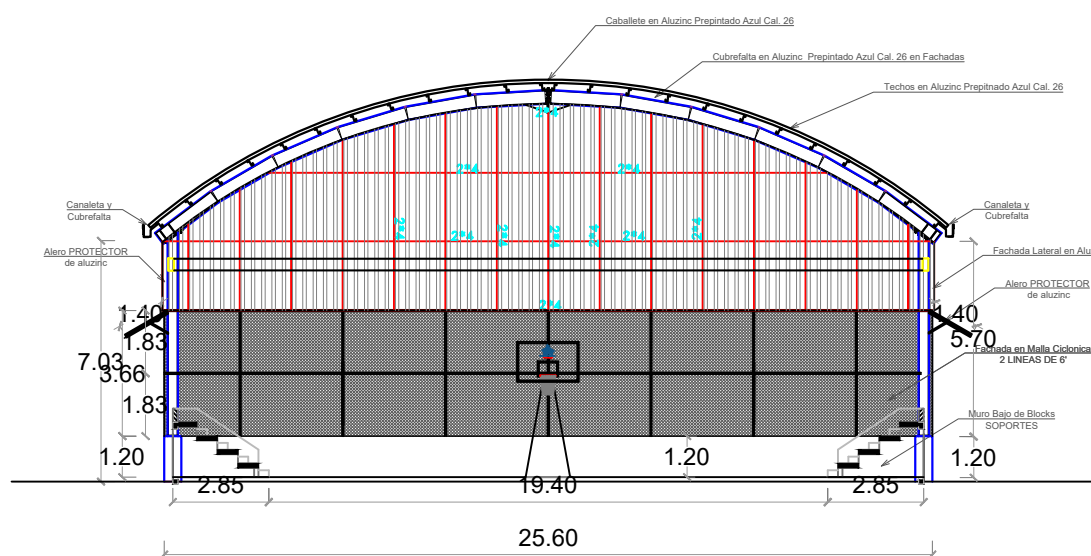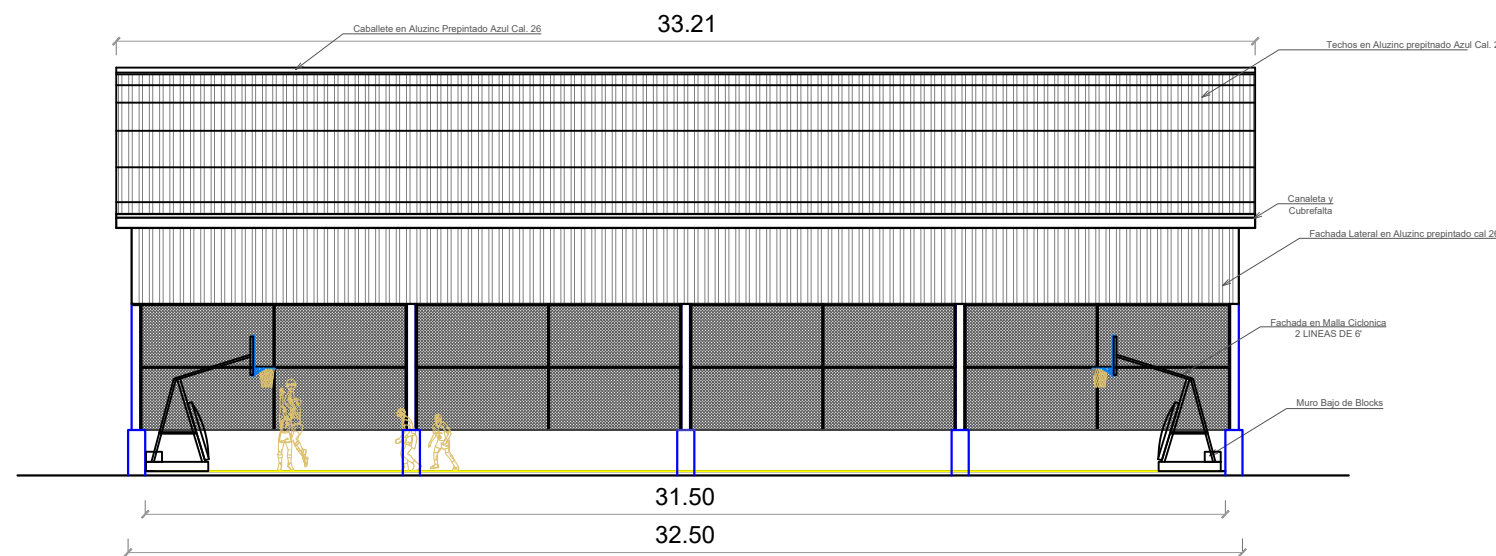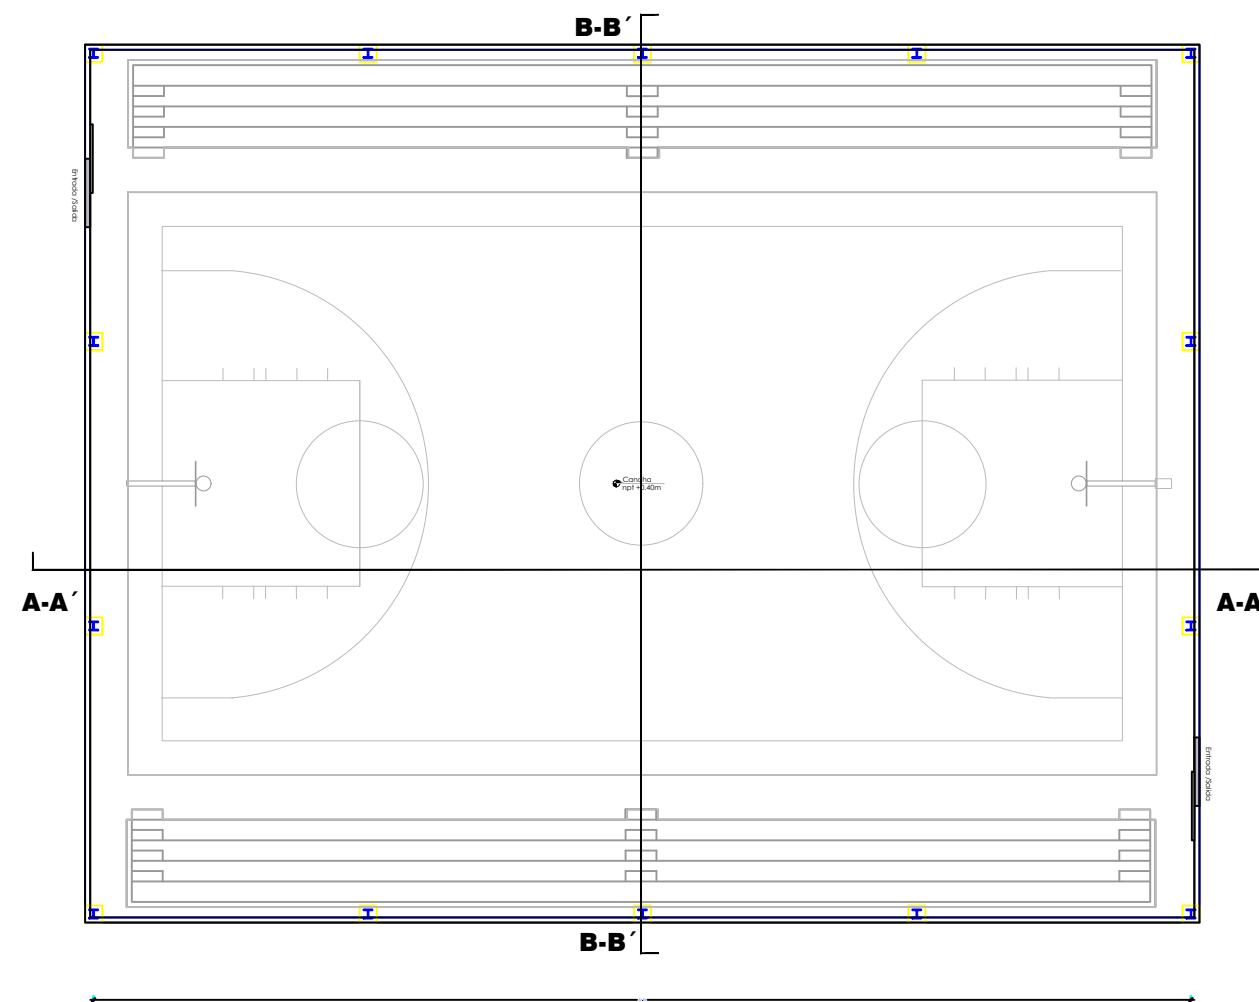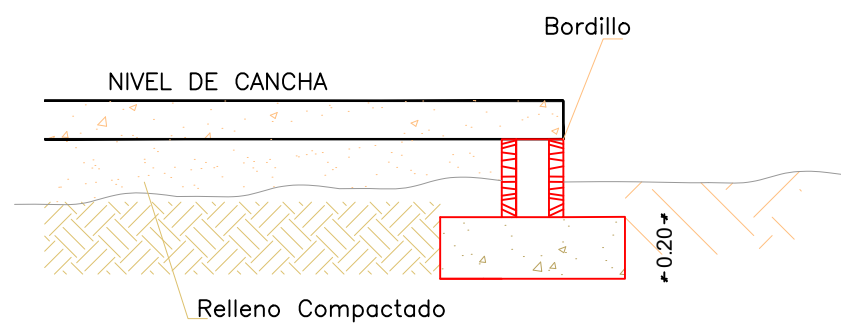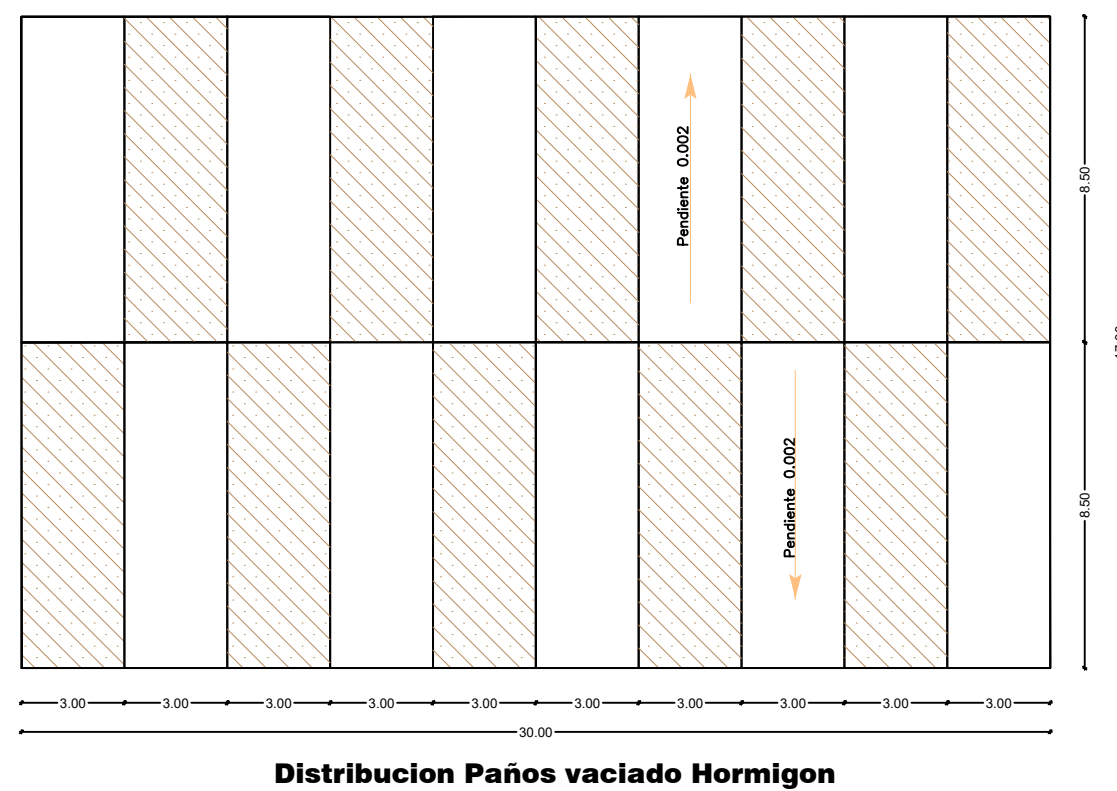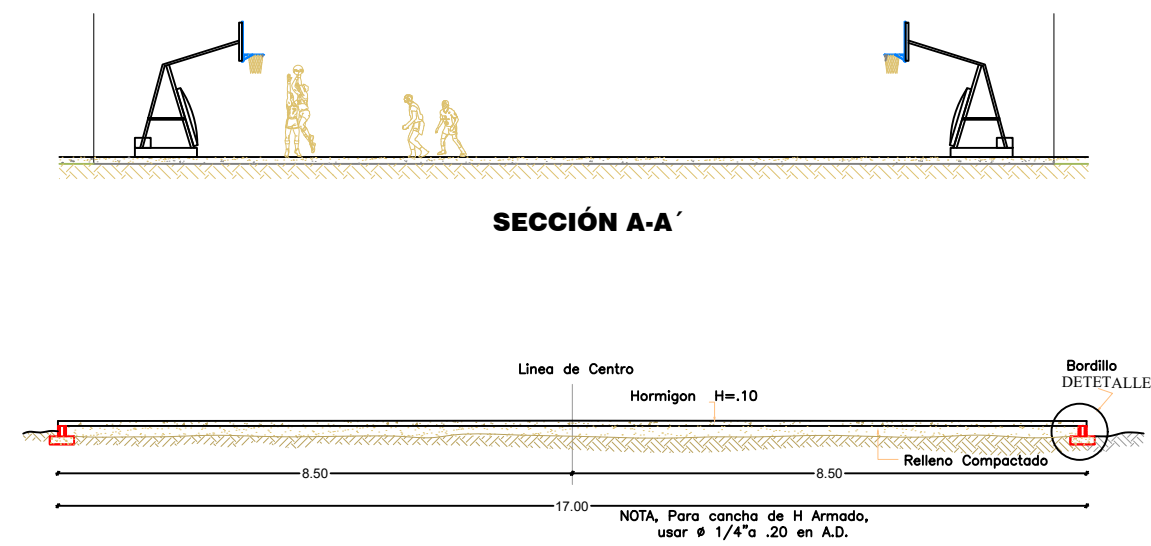

DIRECCION DE DESARROLLO PROVINCIAL (DDP)

Ave. Dr. Delgado, Esq. Moises García, Gazcue, Sto. Dgo., R.D.
TEL.: (809)-364-2189 | FAX.: (809)- 688-1665
E-Mail: info@cpadp.gob.do

PROYECTO:
CONST. CANCHA DE BALONCESTO PONTÓN,
Prov. Duarte, Mun. San Francisco de Macoris, R.D.

EQUIPO DE TRABAJO:
DISEÑO ARQUITECTÓNICO
ARQ. _____
codia 00000
ENC. INGENIERÍA
ING. _____
codia 00000
ESTRUCTURAL
ING. _____
codia 00000
ELÉCTRICO
ING. _____
codia 00000
HIDRO-SANITARIO
ING. _____
codia 00000

SELLO DE APROBACIÓN:

FECHA: _____

CONTENIDO:
PLANTA DE CIMIENTOS

ESCALA:
1:500

SEPTIEMBRE 2026

NO. PÁGINA:
037

**DIRECCION DE DESARROLLO
PROVINCIAL
(DDP)**

Ave. Dr. Delgado, Esq. Moises García,
Gazcue, Sto. Dgo., R.D.
TEL.: (809)-364-2189 | FAX.: (809)- 688-1665
E-Mail: info@cpadp.gob.do

PROYECTO:
**CONST. CANCHA DE BALONCESTO
PONTÓN,**

Prov. Duarte, Mun. San Francisco de
Macoris, R.D.

EQUIPO DE TRABAJO:

DISEÑO ARQUITECTÓNICO
ARQ. _____
codia 00000 _____

ENC. INGENIERÍA
ING. _____
codia 00000 _____

ESTRUCTURAL
ING. _____
codia 00000 _____

ELÉCTRICO
ING. _____
codia 00000 _____

HIDRO-SANITARIO
ING. _____
codia 00000 _____

SELLO DE APROBACIÓN:

FECHA: _____

CONTENIDO:

**PLANTA DE
CIMIENTOS**

ESCALA:
1:500

SEPTIEMBRE 2026

NO. PÁGINA:
038

