


PROYECTO:


CONSTRUCCIÓN DESTACAMENTO
POLICIAL EN EL REASENTAMIENTO DE
BARRICK GOLD, MUNICIPIO COTUÍ,
PROVINCIA SÁNCHEZ RAMÍREZ

República Dominicana
2026



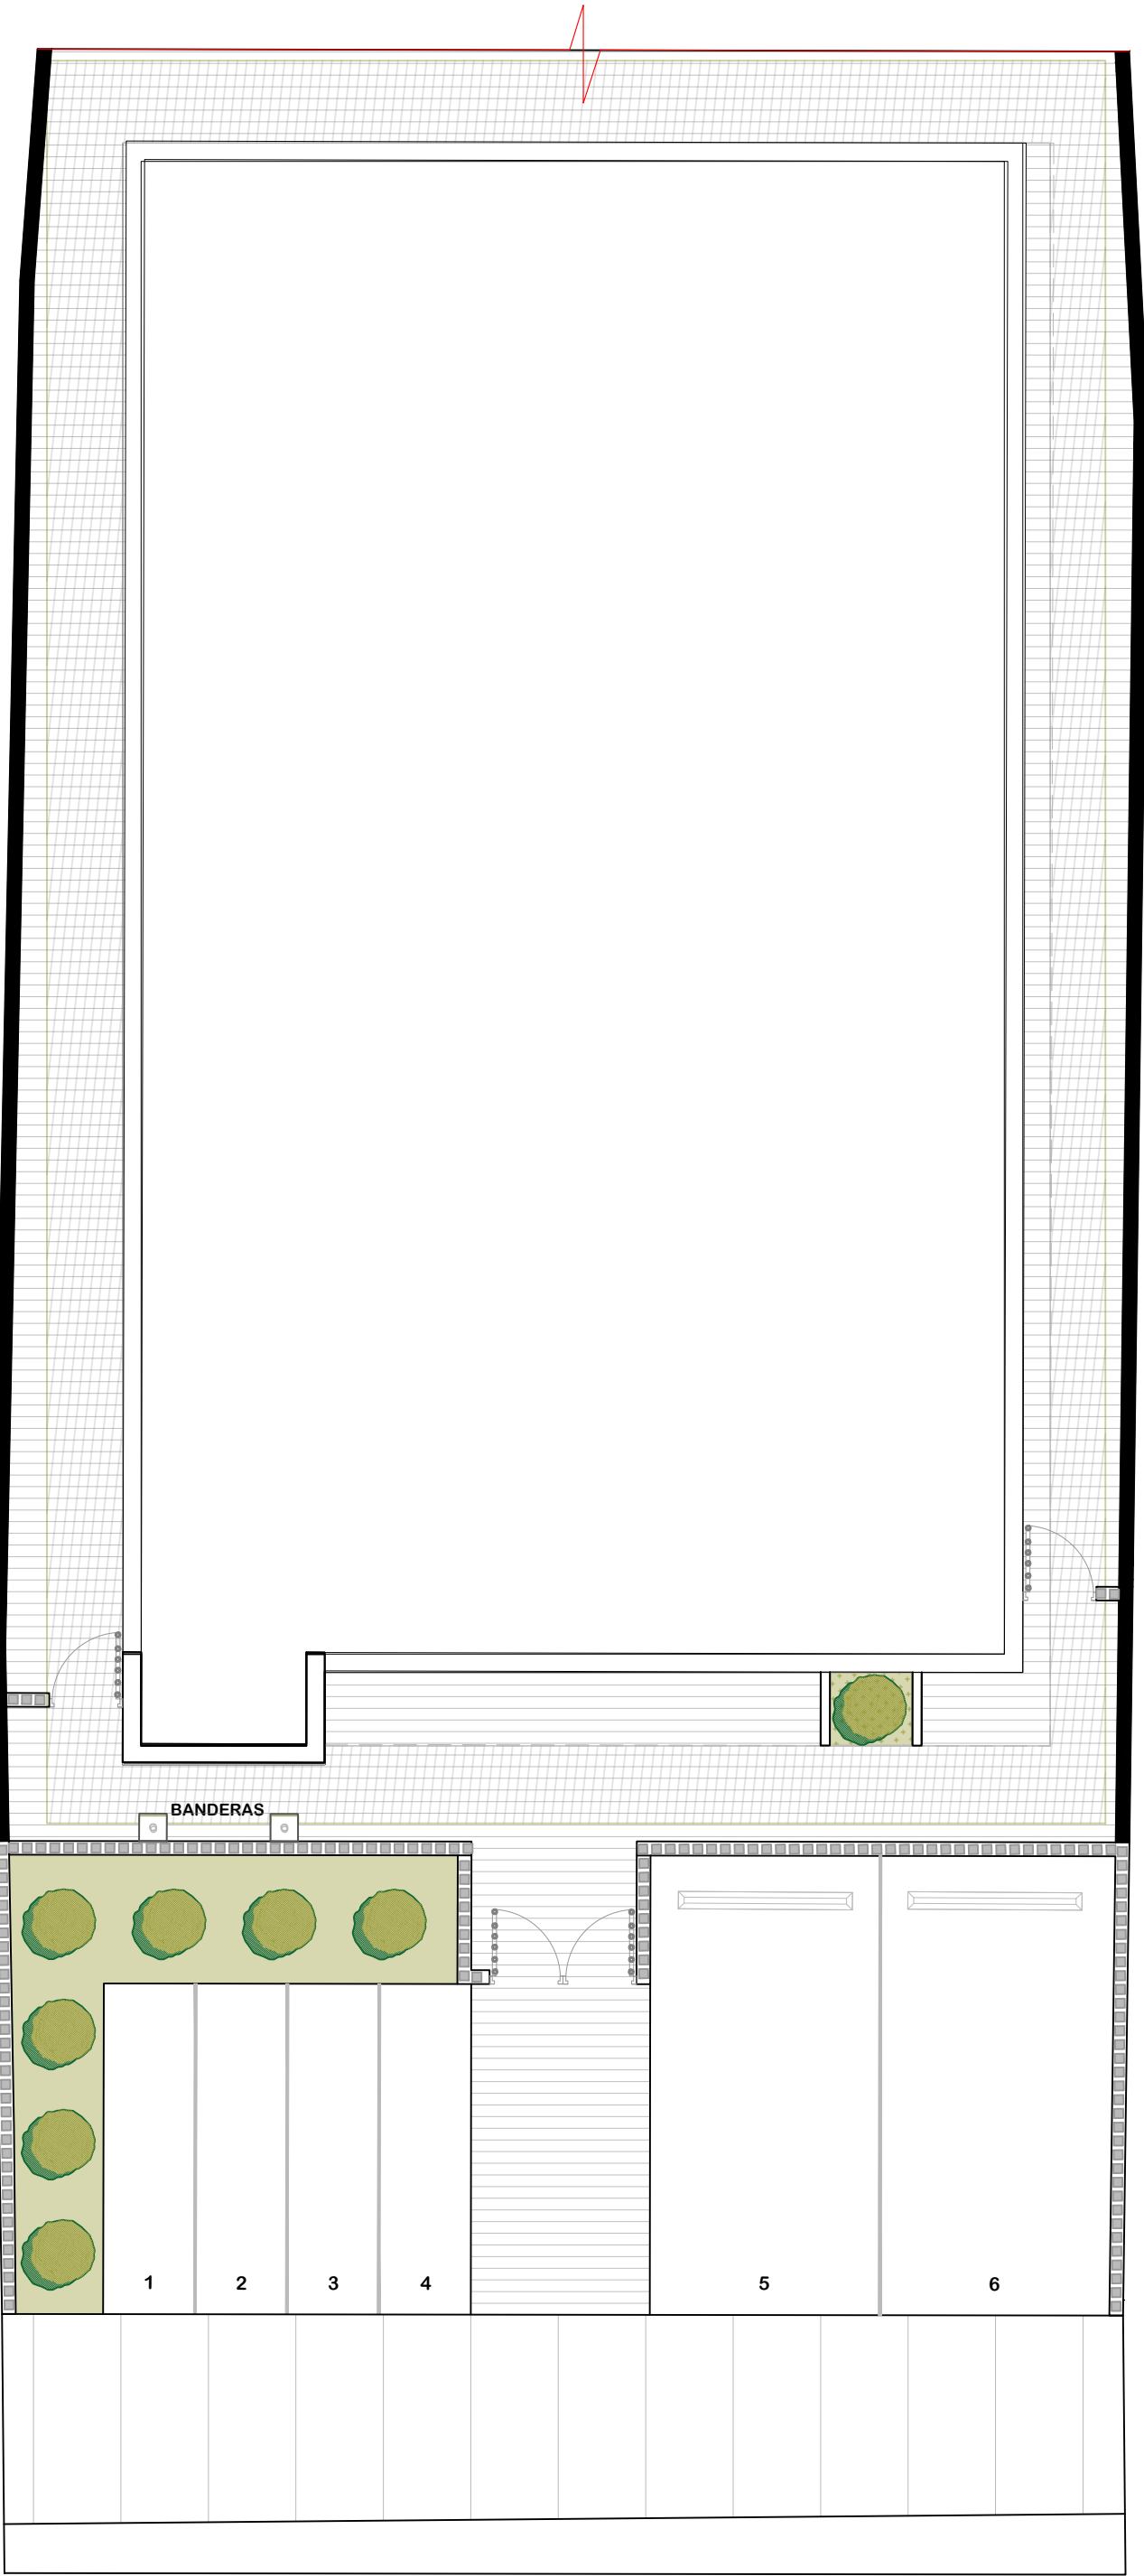

LEYENDA	
SÍMB.	DESCRIPCION
	Hormigón
	Área verde

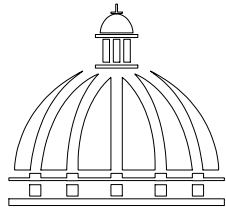

GOBIERNO DE LA
REPÚBLICA DOMINICANA

DIRECCION DE DESARROLLO
PROVINCIAL
(DDP)

Ave. Dr. Delgado, Esq. Moises García,
Gazcue, Sto. Dgo., R.D.

TEL.: (809)-364-2189 | FAX.: (809)- 688-1665
E-Mail: info@cpadp.gob.do

PROYECTO:
CONSTRUCCIÓN DESTACAMENTO
POLICIAL EN EL REASENTAMIENTO DE
BARRICK GOLD, MUNICIPIO COTUÍ,
PROVINCIA SÁNCHEZ RAMÍREZ

EQUIPO DE TRABAJO:

DISEÑO ARQUITECTÓNICO
ARQ.

codia 00000

ENC. INGENIERÍA
ING. FIOR DALIZA BONIFACIO

codia 00000

ESTRUCTURAL
ING. LEOPOLDO BERROA

codia 00000

ELÉCTRICO
ING. JUAN PEREZ

codia 00000

HIDRO-SANITARIO
ING. FRANCIS ESTEVEZ

codia 00000

SELLO DE APROBACIÓN:

FECHA:

CONTENIDO:

PLANTA DE CONJUNTO



ESCALA:

1:75

SEPTIEMBRE 026

NO. PÁGINA:

001

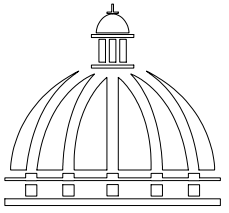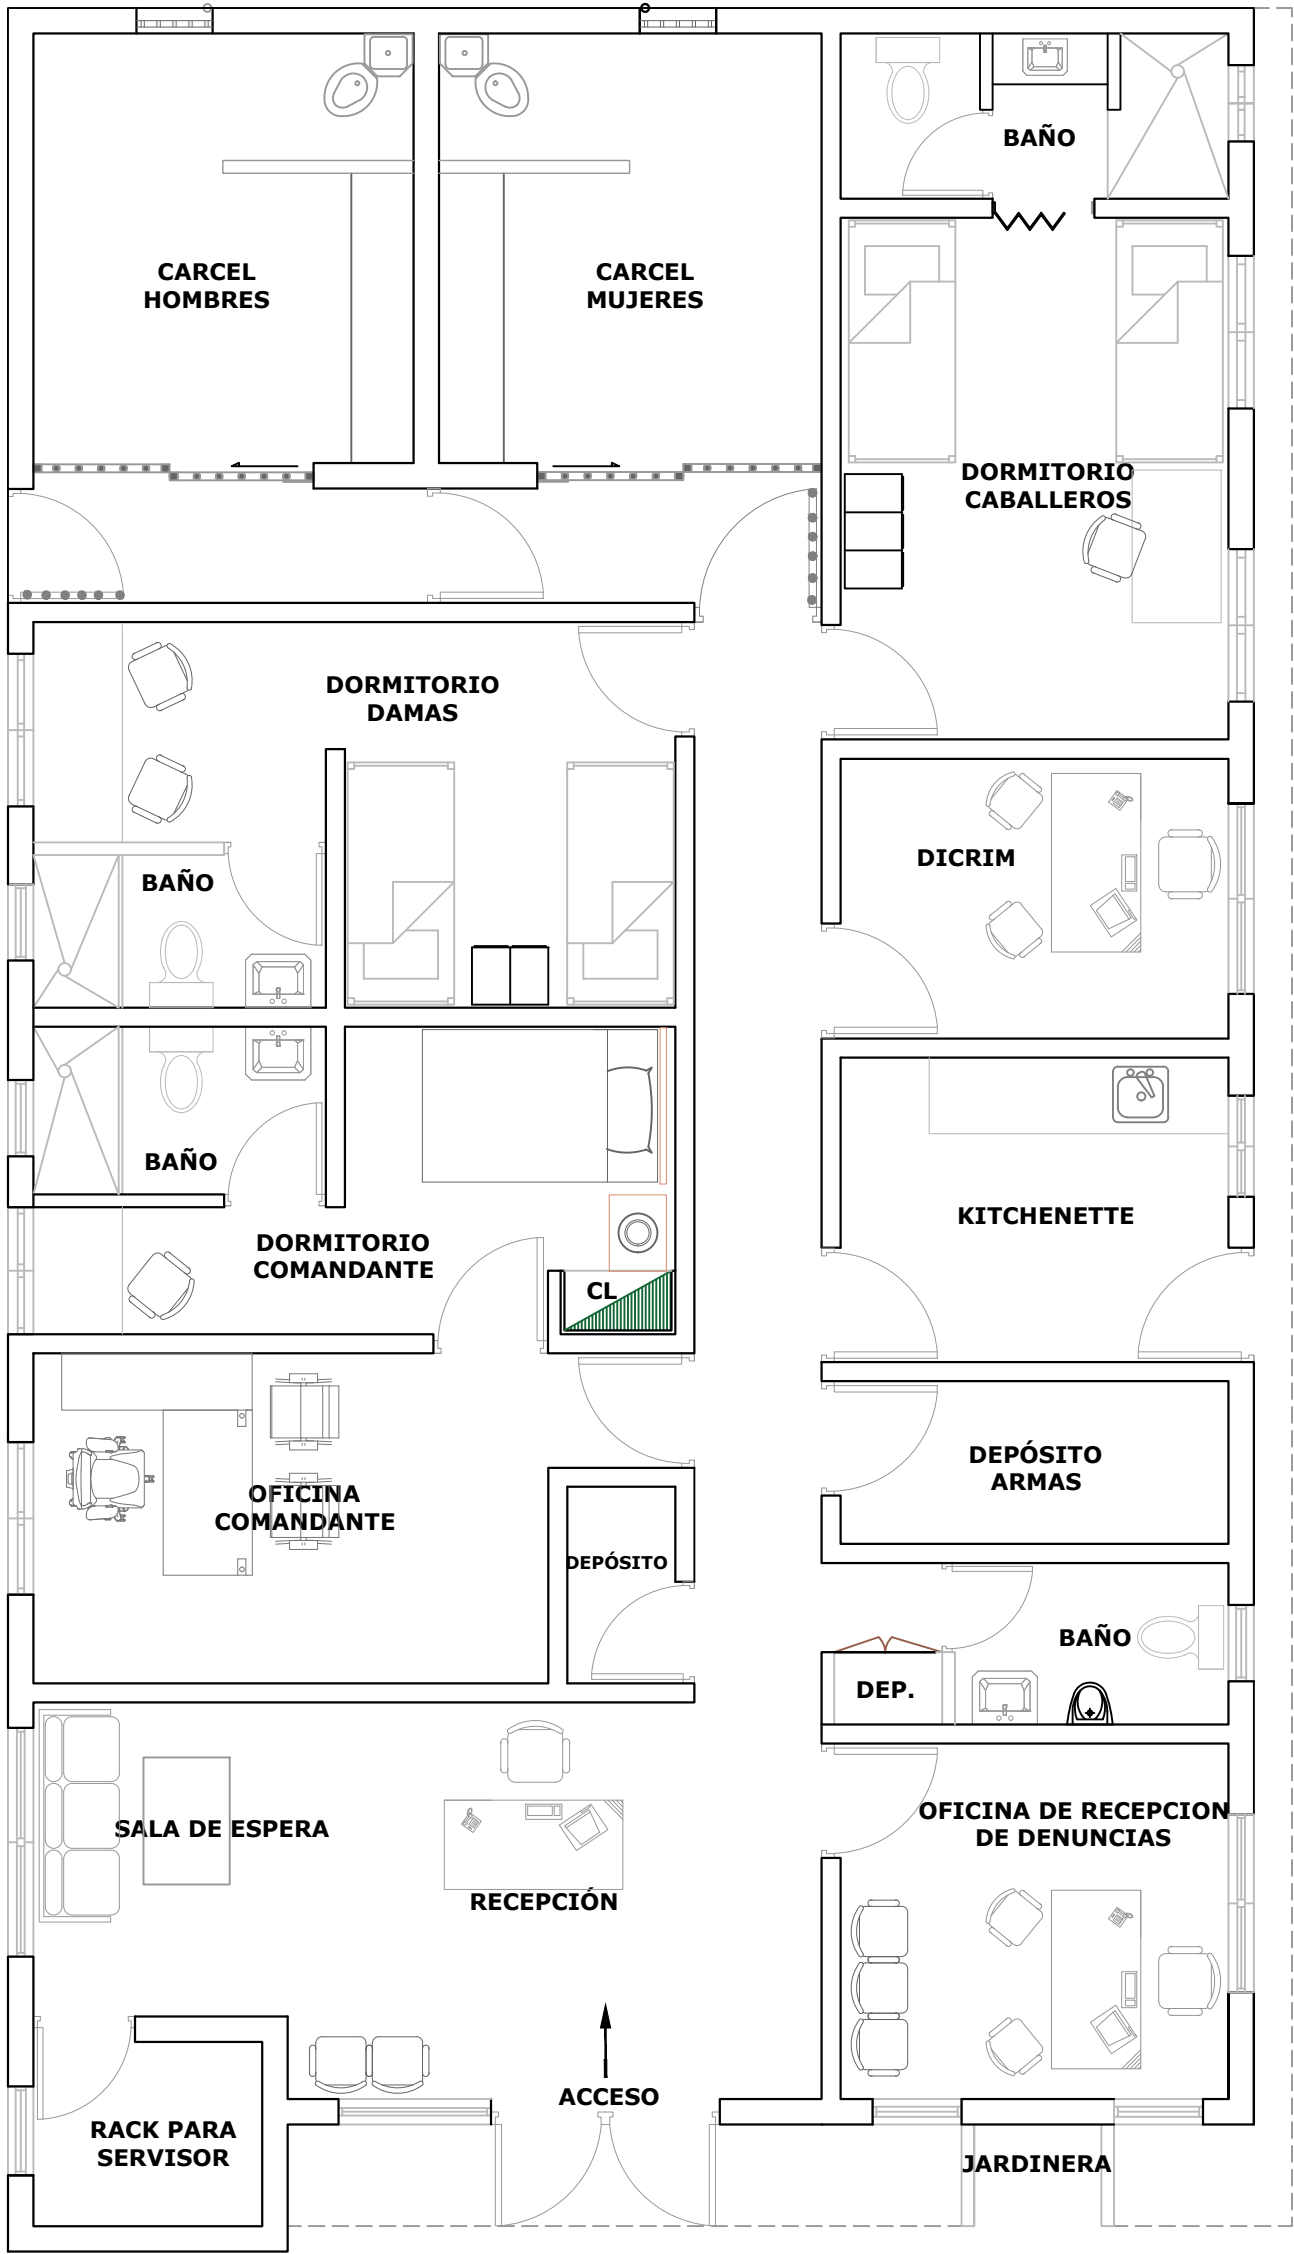

GOBIERNO DE LA
REPÚBLICA DOMINICANA

DIRECCION DE DESARROLLO
PROVINCIAL
(DDP)

Ave. Dr. Delgado, Esq. Moises García,
Gazcue, Sto. Dgo., R.D.

TEL.: (809)-364-2189 | FAX.: (809)- 688-1665
E-Mail: info@cpadp.gob.do

PROYECTO:
CONSTRUCCIÓN DESTACAMENTO
POLICIAL EN EL REASENTAMIENTO DE
BARRICK GOLD, MUNICIPIO COTUÍ,
PROVINCIA SÁNCHEZ RAMÍREZ

EQUIPO DE TRABAJO:

DISEÑO ARQUITECTÓNICO
ARQ.

codia 00000

ENC. INGENIERÍA
ING. FIOR DALIZA BONIFACIO

codia 00000

ESTRUCTURAL
ING. LEOPOLDO BERROA

codia 00000

ELÉCTRICO
ING. JUAN PEREZ

codia 00000

HIDRO-SANITARIO
ING. FRANCIS ESTEVEZ

codia 00000

SELLO DE APROBACIÓN:

FECHA:

CONTENIDO:

PLANTA ARQUITECTÓNICA

ESCALA:

1:60




SEPTIEMBRE 026

NO. PÁGINA:

002

PLANTA ARQUITECTÓNICA

 ESC. 1:60

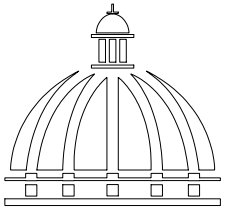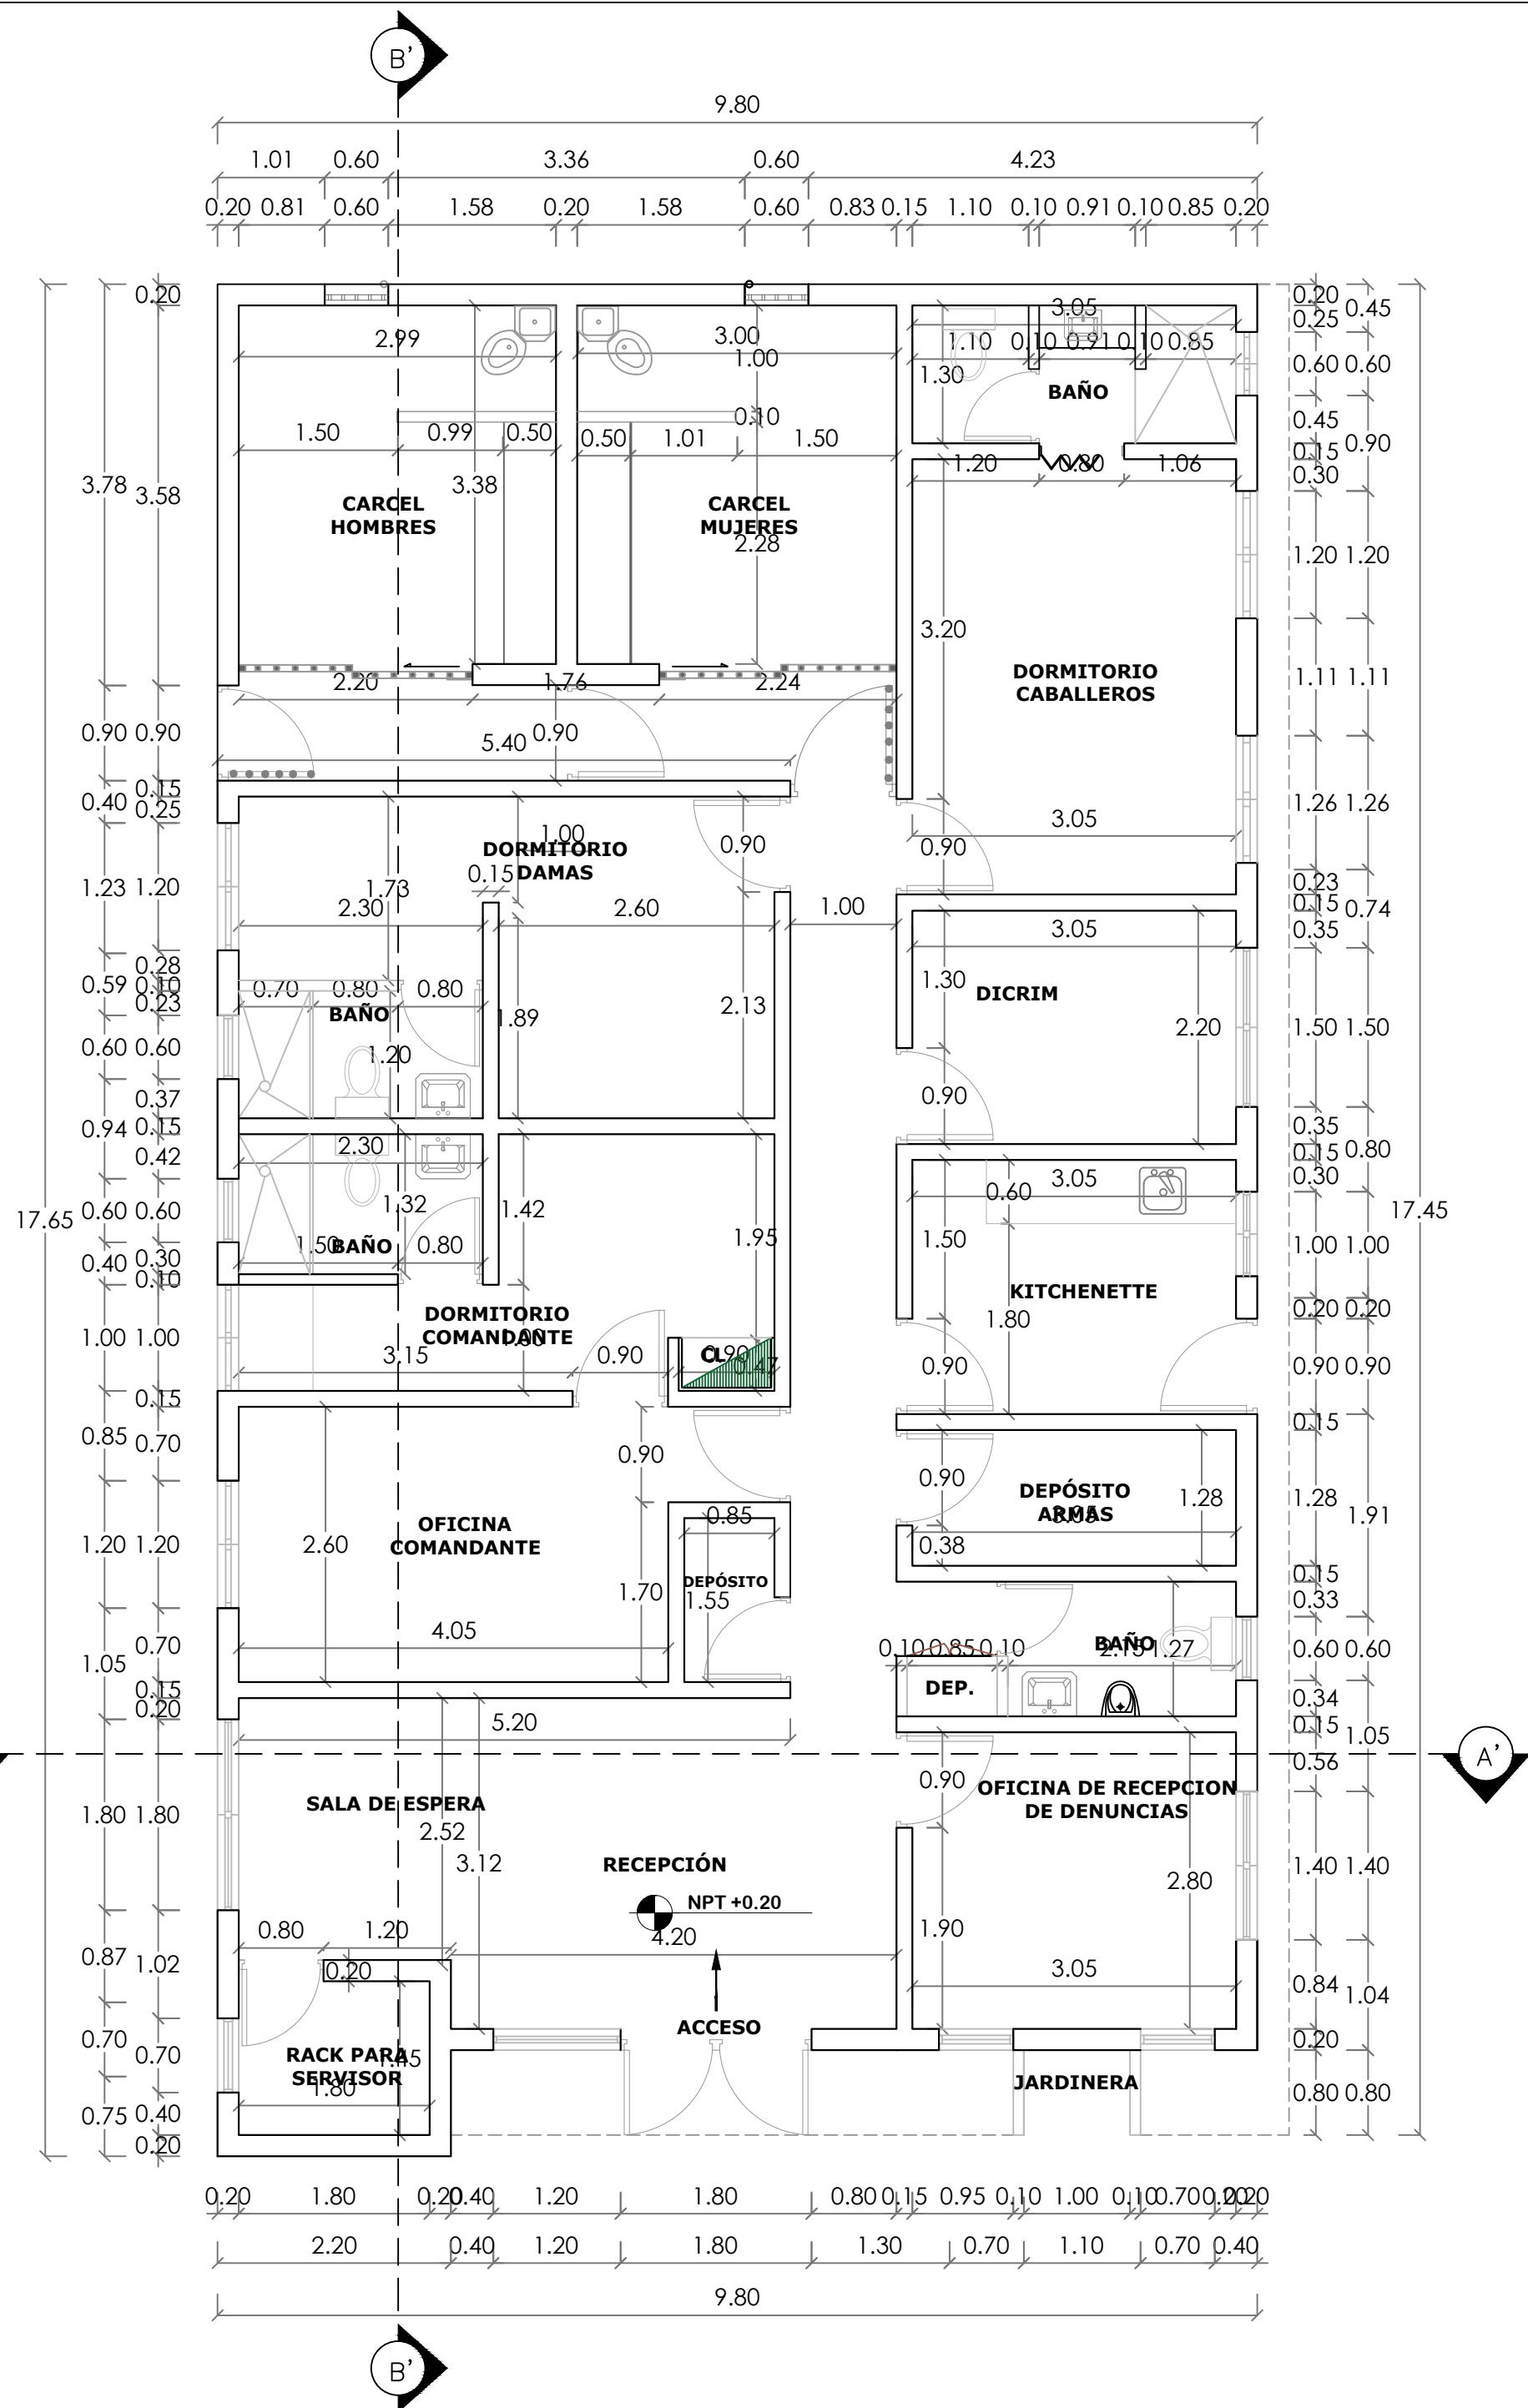

GOBIERNO DE LA
REPÚBLICA DOMINICANA

DIRECCION DE DESARROLLO
PROVINCIAL
(DDP)

Ave. Dr. Delgado, Esq. Moises García,
Gazcue, Sto. Dgo., R.D.
TEL.: (809)-364-2189 | FAX.: (809)- 688-1665
E-Mail: info@cpadp.gob.do

PROYECTO:
CONSTRUCCIÓN DESTACAMENTO
POLICIAL EN EL REASENTAMIENTO DE
BARRICK GOLD, MUNICIPIO COTUÍ,
PROVINCIA SÁNCHEZ RAMÍREZ

EQUIPO DE TRABAJO:

DISEÑO ARQUITECTÓNICO
ARQ.

codia 00000

ENC. INGENIERÍA
ING. FIOR DALIZA BONIFACIO
codia 00000

ESTRUCTURAL
ING. LEOPOLDO BERROA
codia 00000

ELÉCTRICO
ING. JUAN PEREZ
codia 00000

HIDRO-SANITARIO
ING. FRANCIS ESTEVEZ
codia 00000

SELLO DE APROBACIÓN:

FECHA:

CONTENIDO:

PLANTA DIMENSIONADA


ESCALA:

1:60

SEPTIEMBRE 026

NO. PÁGINA:

003

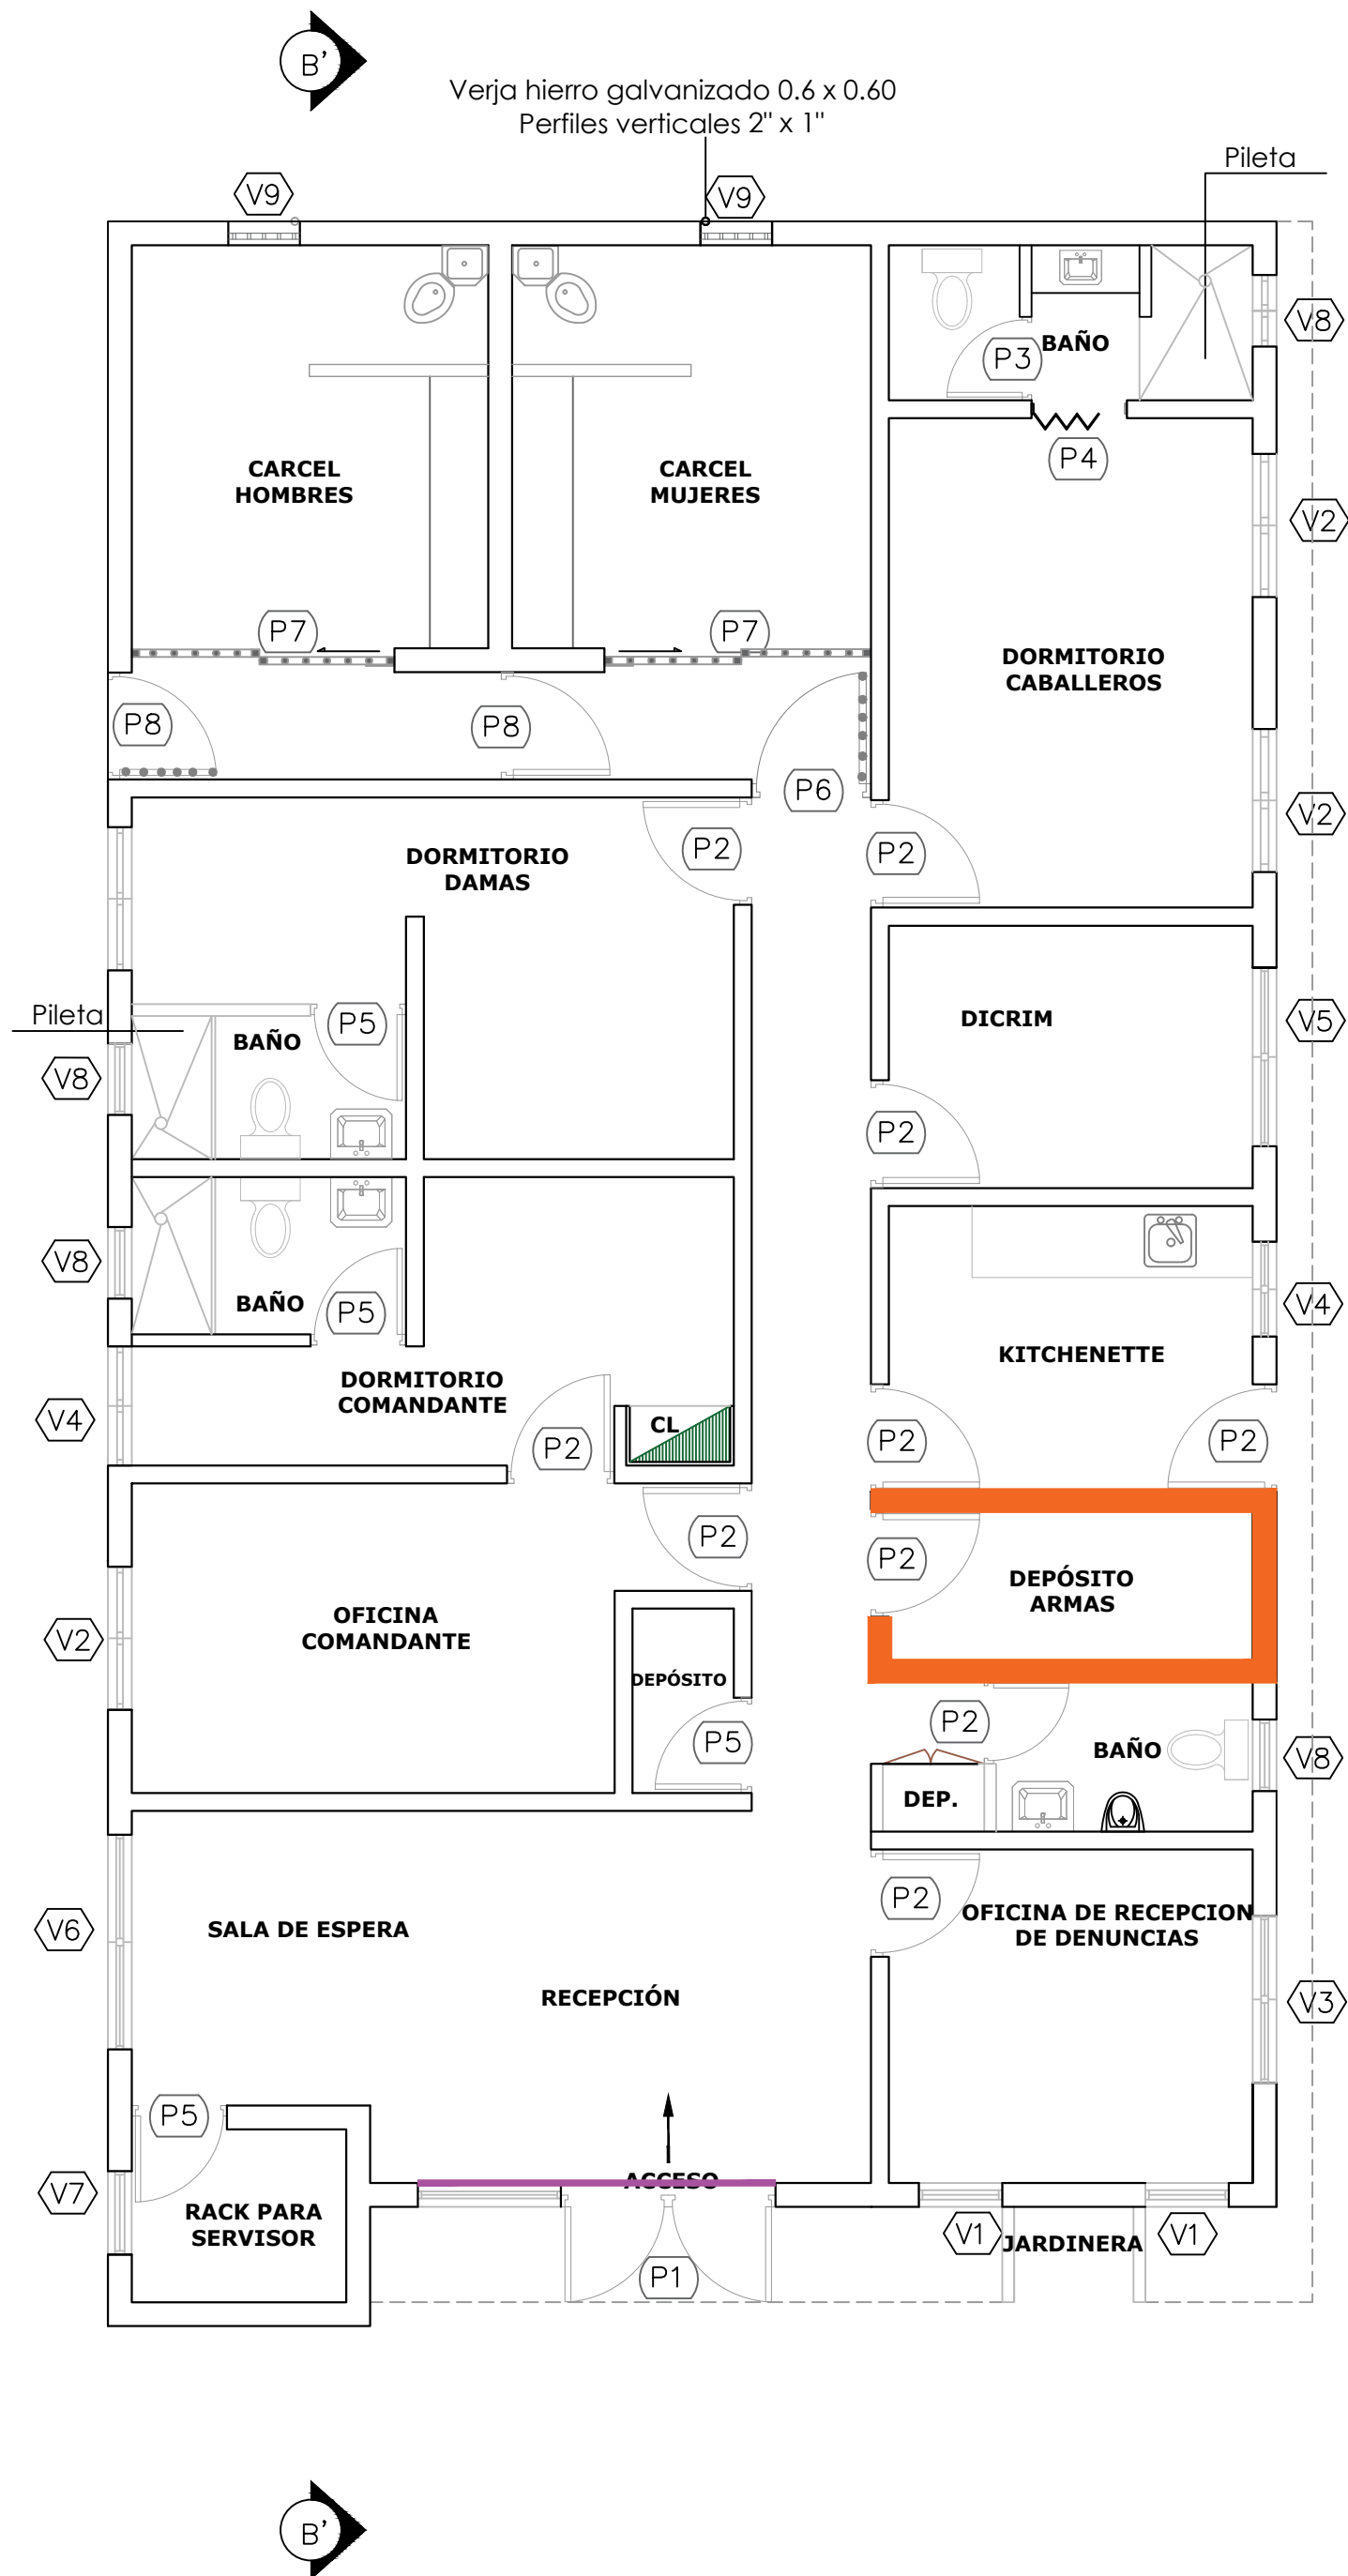


TIPOS DE PISO		
SÍMB.	TIPO	CANTIDAD
	Muro de hormigón armado	8.42ml
	Colocación de shutters	3.00ml

TABLA DE PUERTAS							
No.	Tipo	Ancho	Altura	Área	Material	Observaciones	Cantidad
P1	Abatible	1.80	2.10	2.52 m²	Cristal	Puerta Comercial perfiles de aluminio	1
P2	Abatible	0.90	2.10	1.68 m²	Polimetálica	Blanca	11
P3	Abatible	0.70	2.10	1.47 m²	Polimetálica	Blanca	1
P4	Acordeon	0.80	2.10	1.68 m²	Pvc	Blanca	1
P5	Abatible	0.80	2.10	1.68 m²	Polimetálica	Blanca	4
P6	Abatible	1.00	2.10	1.47 m²	Hierro Negro		1
P7	Corrediza	2.20	2.10	1.68 m²	Hierro Negro		2
P8	Abatible	0.90	2.10	1.68 m²	Hierro Negro		1
Total:							22

TABLA DE VENTANAS						
No.	Tipo	Ancho	Altura	Material	Observaciones	Cant.
V1	Cristal fijo	0.70	1.40	Cristal	Perfiles de Aluminio blanca	2
V2	Corrediza	1.20	1.10			4
V3	Corrediza	1.40	1.10			1
V4	Corrediza	1.00	1.10			2
V5	Corrediza	1.50	1.10			1
V6	Corrediza	1.80	1.10			1
V7	Corrediza	0.70	0.70			1
V8	Corrediza	0.60	0.60			4
V9	Barrotes fijos	0.60	0.60		Barrotes en hierro galvanizado	2
Total:						18

*NOTA: ESTOS PLANOS PUEDEN SER MODIFICADOS Y/O ADECUADOS EN CAMPO

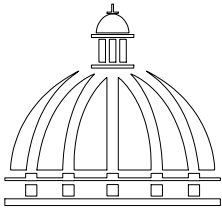

GOBIERNO DE LA
REPÚBLICA DOMINICANA

DIRECCION DE DESARROLLO
PROVINCIAL
(DDP)

Ave. Dr. Delgado, Esq. Moises García,
Gazcue, Sto. Dgo., R.D.
TEL.: (809)-364-2189 | FAX.: (809)- 688-1665
E-Mail: info@cpadp.gob.do

PROYECTO:
CONSTRUCCIÓN DESTACAMENTO
POLICIAL EN EL REASENTAMIENTO DE
BARRICK GOLD, MUNICIPIO COTÚÍ,
PROVINCIA SÁNCHEZ RAMÍREZ

EQUIPO DE TRABAJO:

DISEÑO ARQUITECTÓNICO
ARQ. _____
codia 00000

ENC. INGENIERÍA
ING. FIOR DALIZA BONIFACIO
codia 00000

ESTRUCTURAL
ING. LEOPOLDO BERROA
codia 00000

ELÉCTRICO
ING. JUAN PEREZ
codia 00000

HIDRO-SANITARIO
ING. FRANCIS ESTEVEZ
codia 00000

SELLO DE APROBACIÓN:

FECHA: _____

CONTENIDO:

PLANTA DE PUERTA
Y VENTANAS



ESCALA:

1:60

SEPTIEMBRE 026

NO. PÁGINA:

004

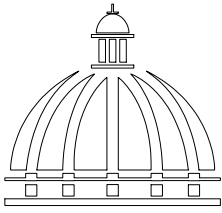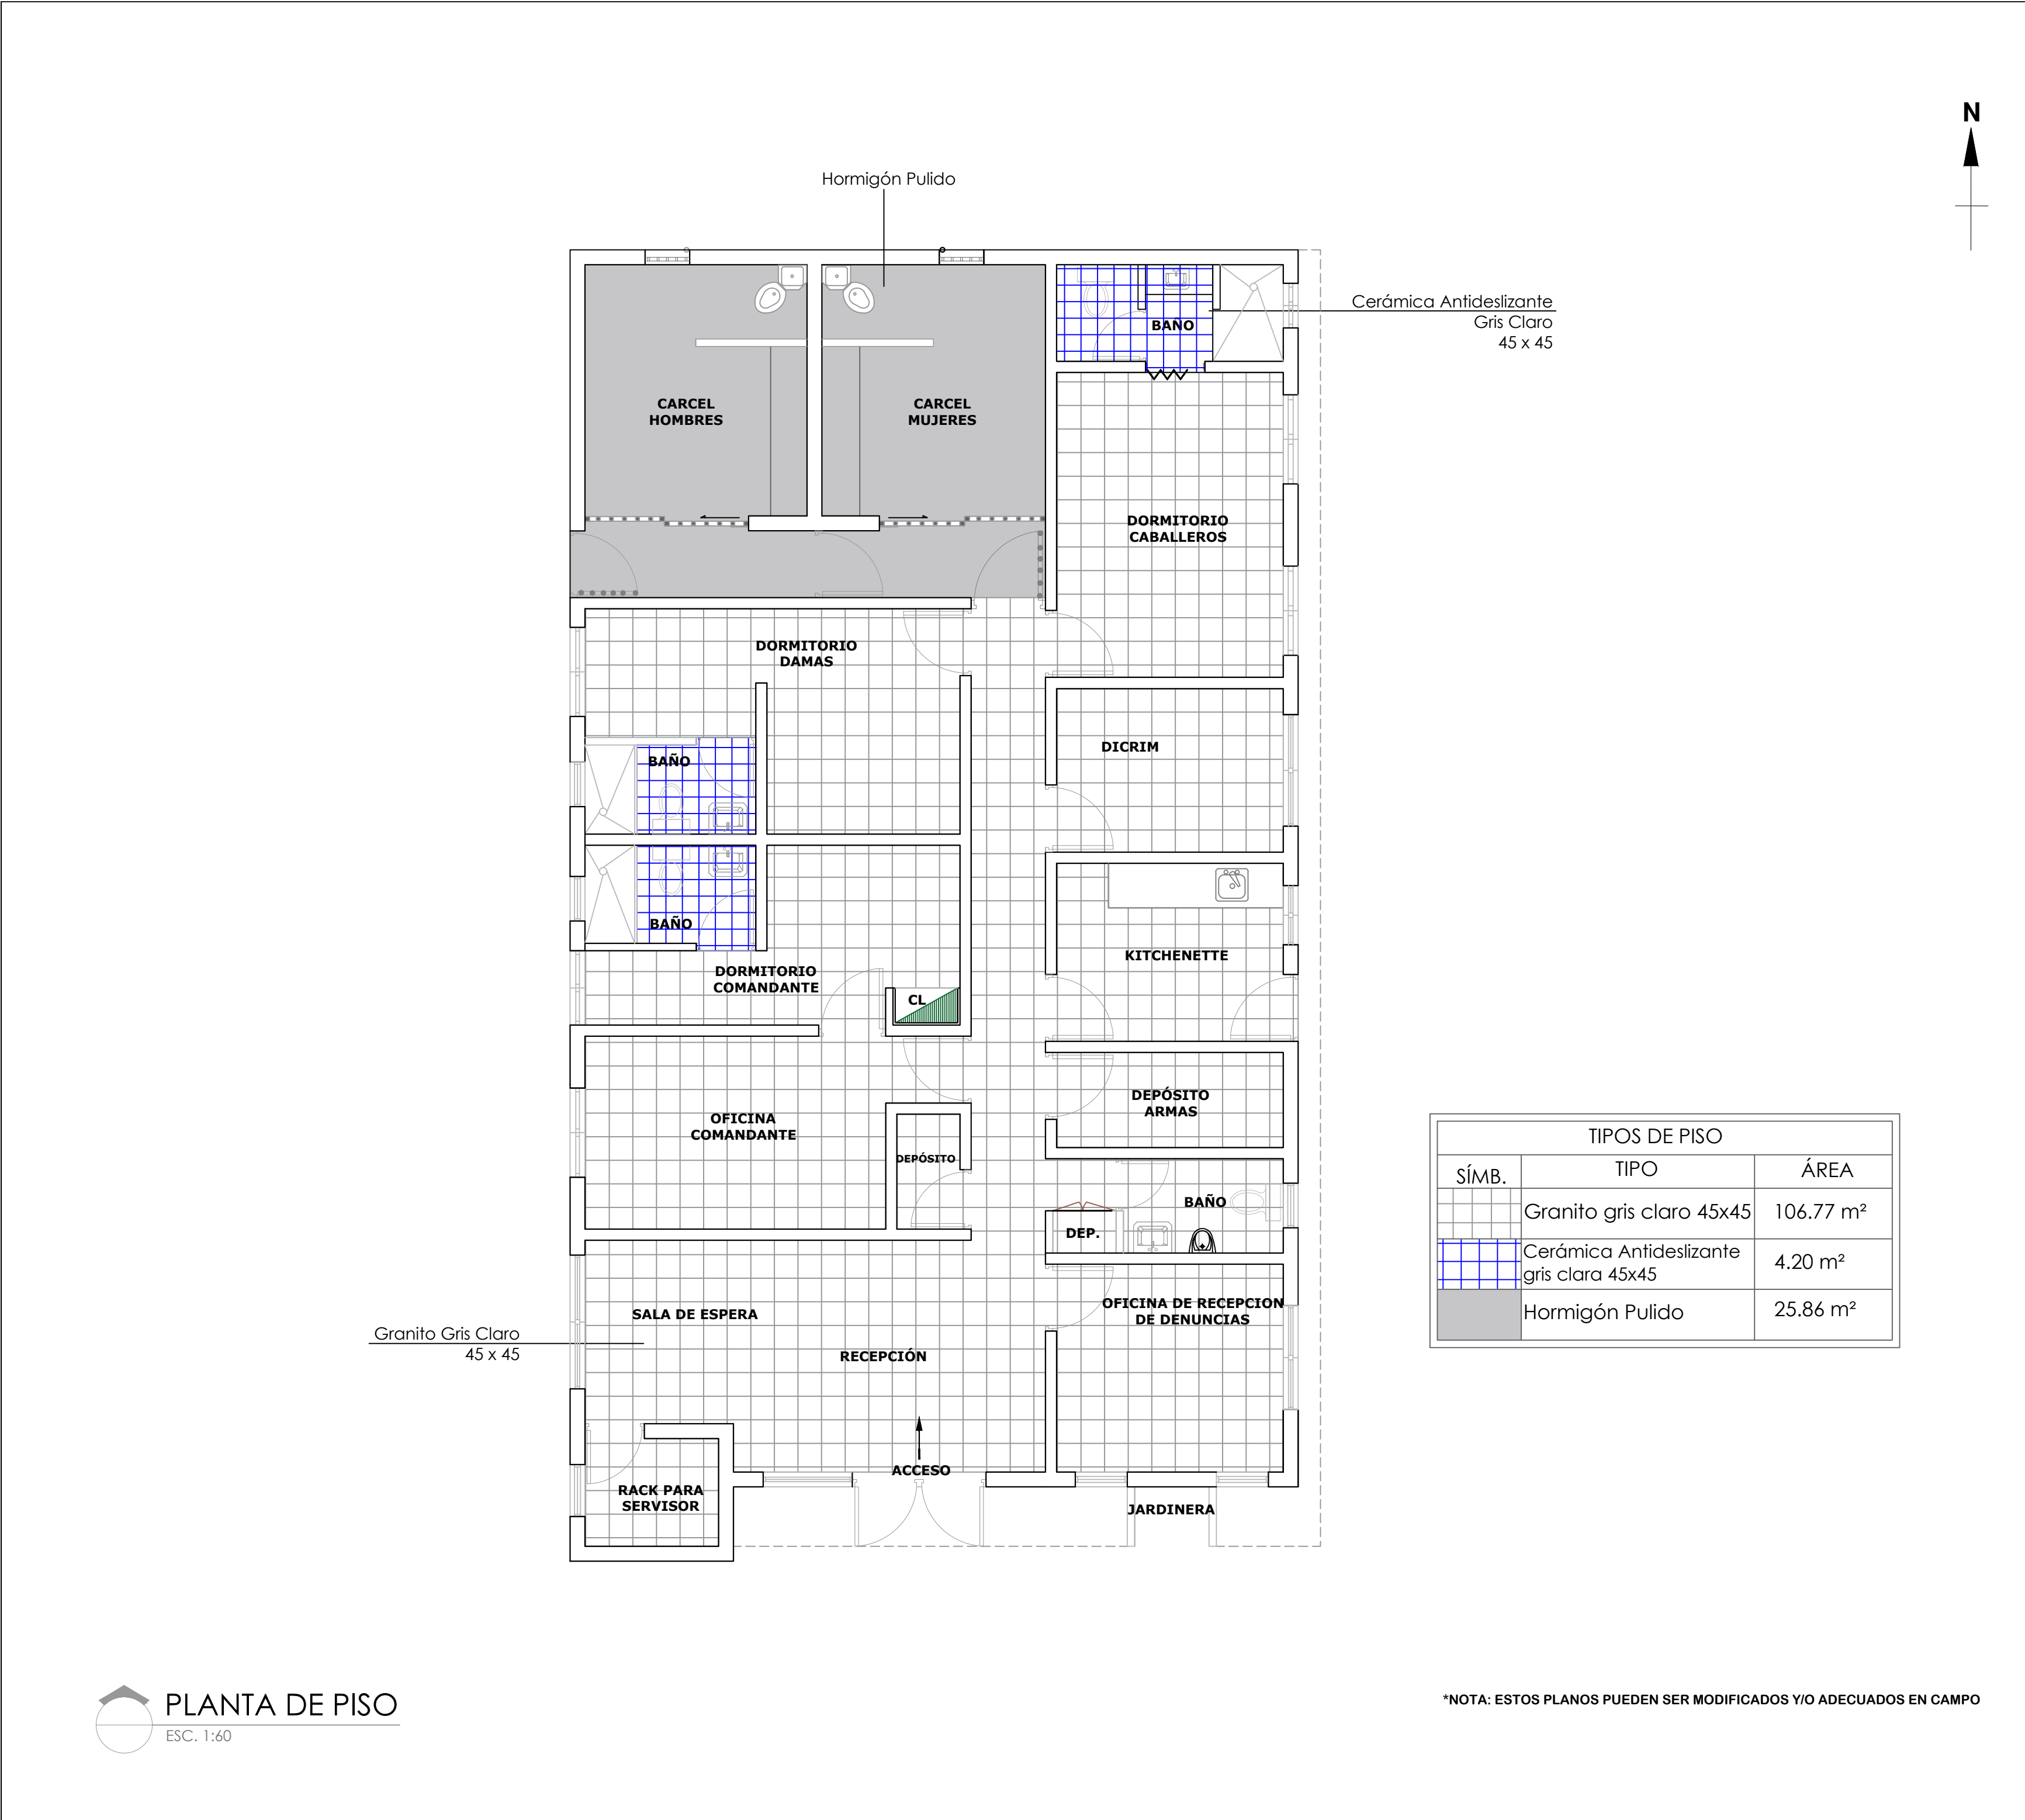

GOBIERNO DE LA
REPÚBLICA DOMINICANA

DIRECCION DE DESARROLLO
PROVINCIAL
(DDP)

Ave. Dr. Delgado, Esq. Moises García,
Gazcue, Sto. Dgo., R.D.
TEL.: (809)-364-2189 | FAX.: (809)- 688-1665
E-Mail: info@cpadp.gob.do

PROYECTO:
CONSTRUCCIÓN DESTACAMENTO
POLICIAL EN EL REASENTAMIENTO DE
BARRICK GOLD, MUNICIPIO COTUÍ,
PROVINCIA SÁNCHEZ RAMÍREZ

EQUIPO DE TRABAJO:
DISEÑO ARQUITECTÓNICO
ARQ. _____
codia 00000

ENC. INGENIERÍA
ING. FIOR DALIZA BONIFACIO
codia 00000

ESTRUCTURAL
ING. LEOPOLDO BERROA
codia 00000

ELÉCTRICO
ING. JUAN PEREZ
codia 00000

HIDRO-SANITARIO
ING. FRANCIS ESTEVEZ
codia 00000

SELLO DE APROBACIÓN:

FECHA: _____

CONTENIDO:




PLANTA DE PISO

ESCALA:
1:60

SEPTIEMBRE 026

NO. PÁGINA:

 005

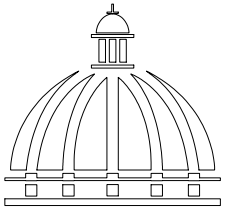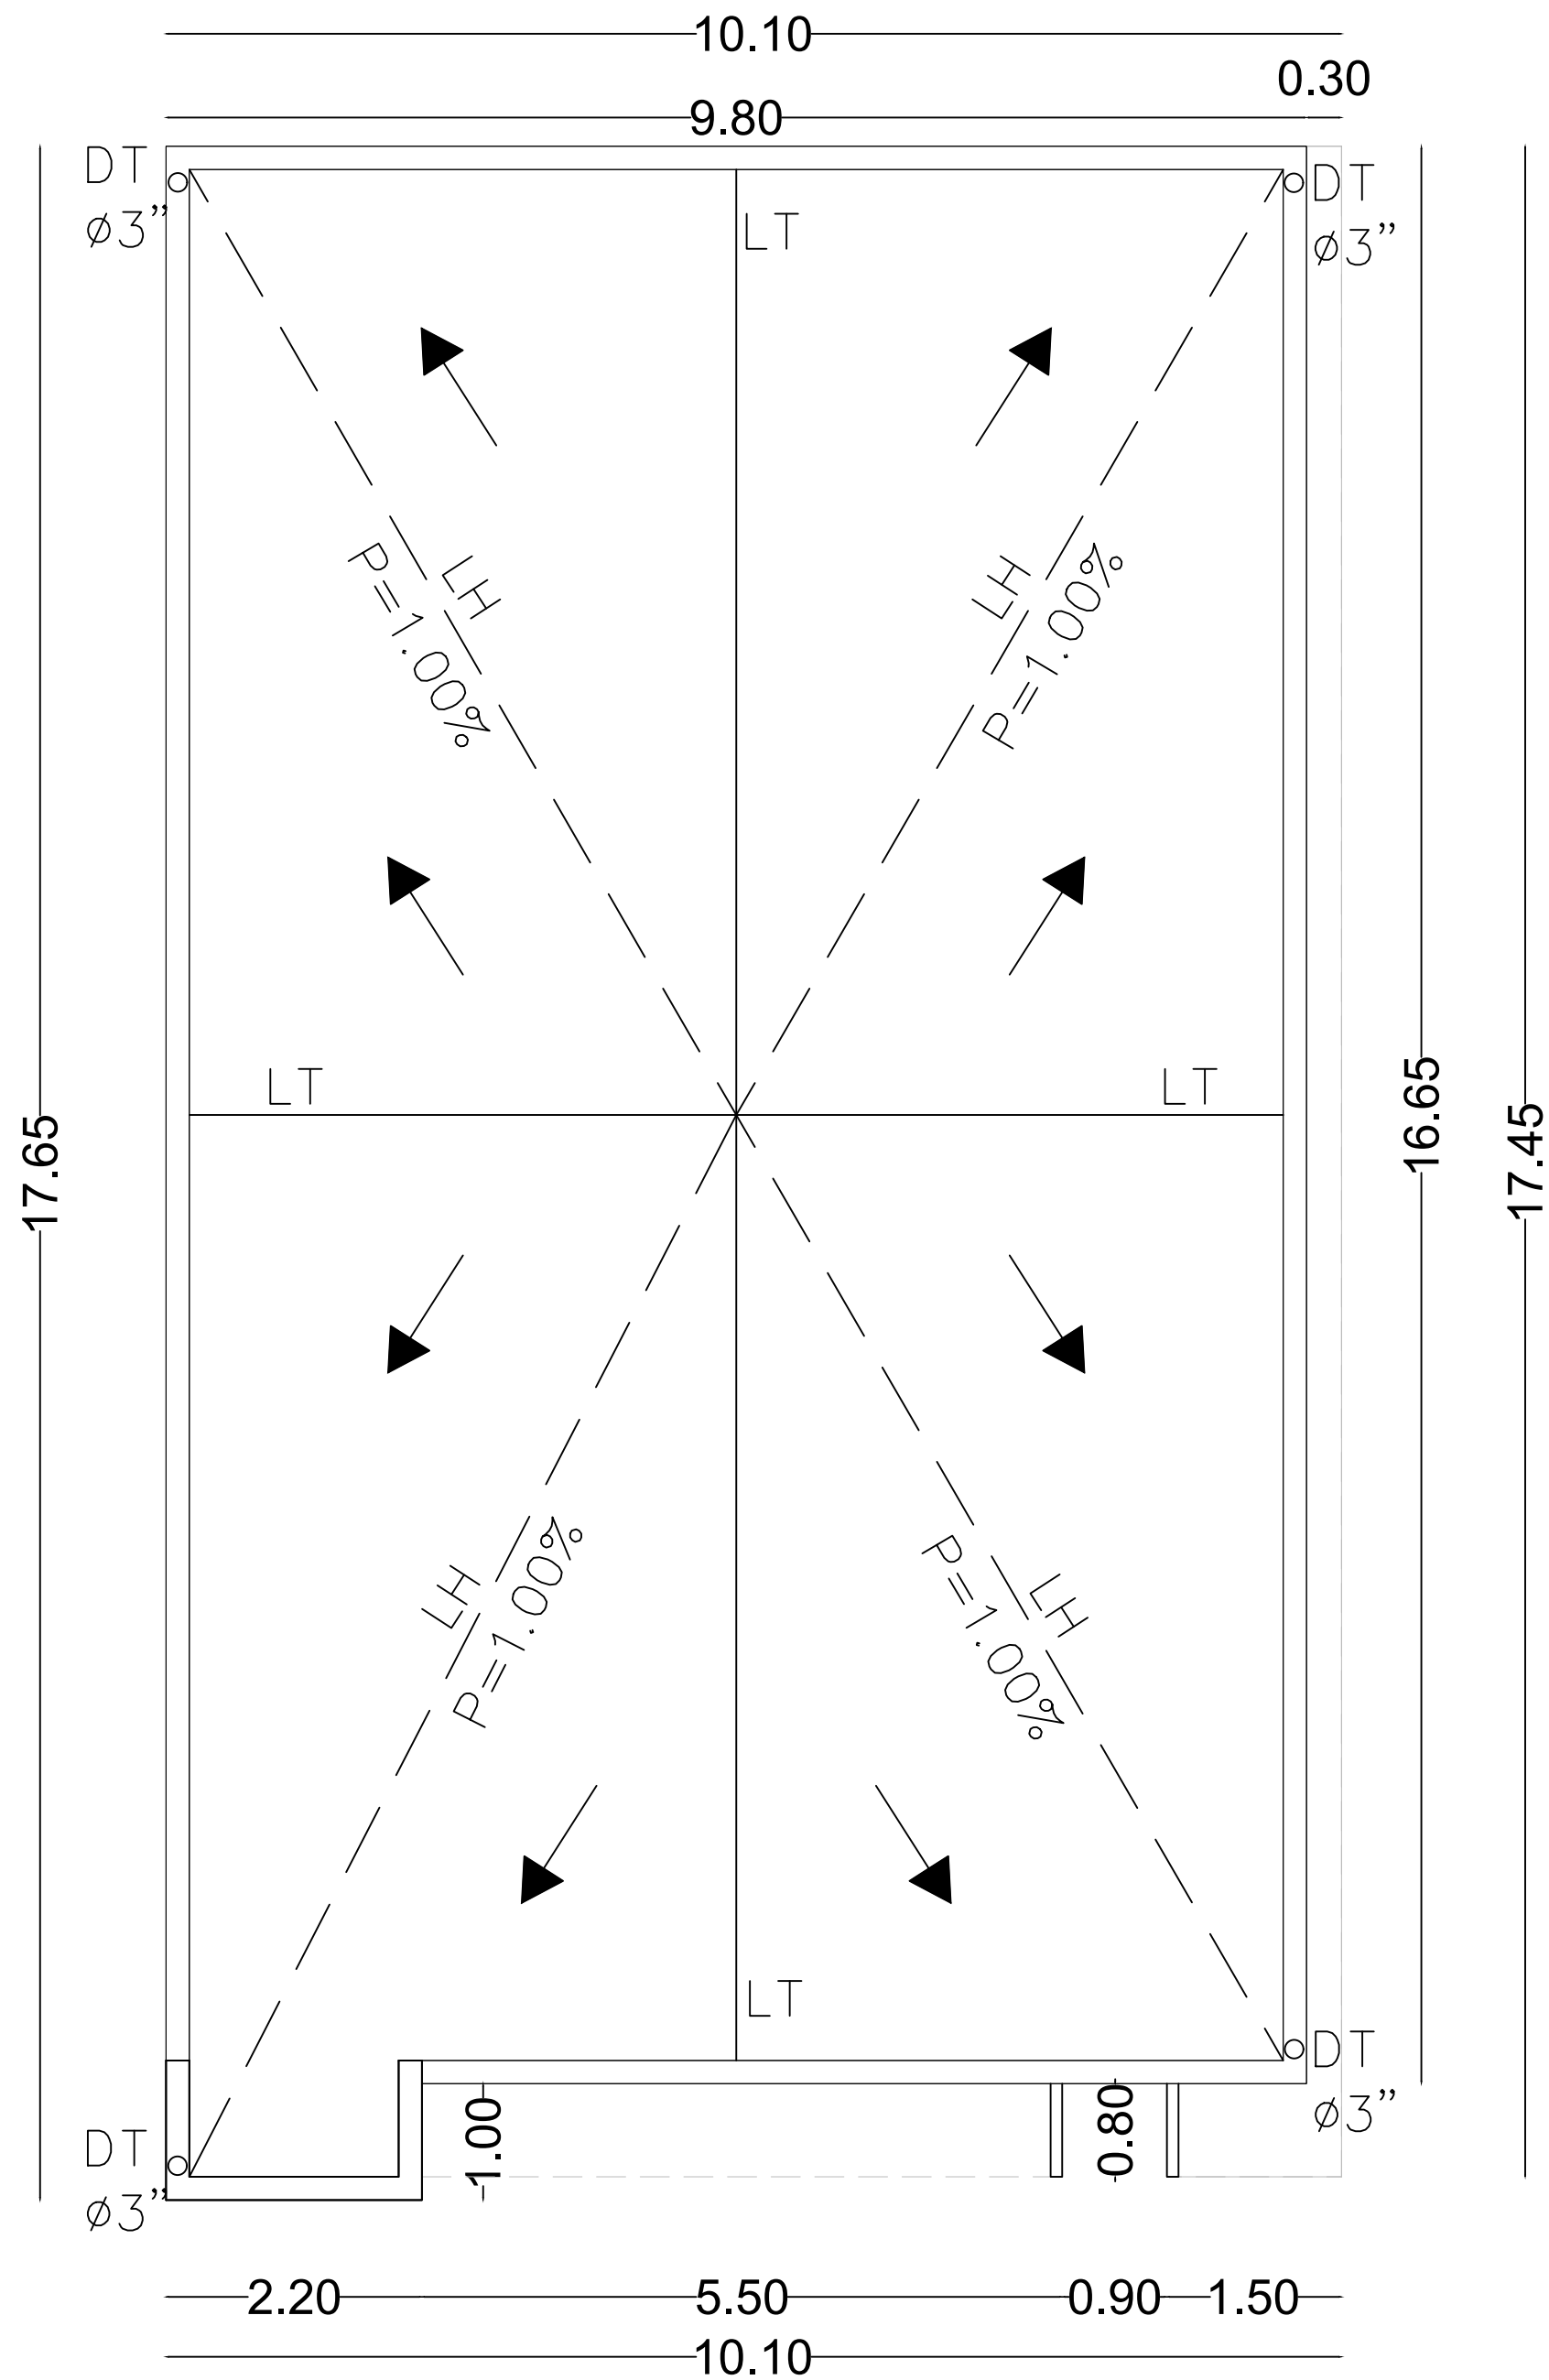

GOBIERNO DE LA
REPÚBLICA DOMINICANA

DIRECCION DE DESARROLLO
PROVINCIAL
(DDP)

Ave. Dr. Delgado, Esq. Moises García,
Gazcue, Sto. Dgo., R.D.
TEL.: (809)-364-2189 | FAX.: (809)- 688-1665
E-Mail: info@cpadp.gob.do

PROYECTO:
CONSTRUCCIÓN DESTACAMENTO
POLICIAL EN EL REASENTAMIENTO DE
BARRICK GOLD, MUNICIPIO COTUÍ,
PROVINCIA SÁNCHEZ RAMÍREZ

EQUIPO DE TRABAJO:

DISEÑO ARQUITECTÓNICO
ARQ.

codia 00000

ENC. INGENIERÍA
ING. FIOR DALIZA BONIFACIO
codia 00000

ESTRUCTURAL
ING. LEOPOLDO BERROA
codia 00000

ELÉCTRICO
ING. JUAN PEREZ
codia 00000

HIDRO-SANITARIO
ING. FRANCIS ESTEVEZ
codia 00000

SELLO DE APROBACIÓN:

FECHA:

CONTENIDO:

**PLANTA DE TECHO
DIMENSIONADA**


ESCALA:

1:60

SEPTIEMBRE 026

NO. PÁGINA:

 006



PLANTA DE TECHO DIMENSIONADA

ESC. 1:60

*NOTA: ESTOS PLANOS PUEDEN SER MODIFICADOS Y/O ADECUADOS EN CAMPO




ELEVACIÓN FRONTAL - CON TÉCNICA
ESC. 1:40



ELEVACIÓN FRONTAL
ESC. 1:40

*NOTA: ESTOS PLANOS PUEDEN SER MODIFICADOS Y/O ADECUADOS EN CAMPO

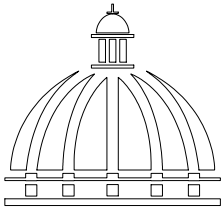

GOBIERNO DE LA
REPÚBLICA DOMINICANA

DIRECCION DE DESARROLLO
PROVINCIAL
(DDP)

Ave. Dr. Delgado, Esq. Moises García,
Gazcue, Sto. Dgo., R.D.
TEL.: (809)-364-2189 | FAX.: (809)- 688-1665
E-Mail: info@cpadp.gob.do

PROYECTO:
CONSTRUCCIÓN DESTACAMENTO
POLICIAL EN EL REASENTAMIENTO DE
BARRICK GOLD, MUNICIPIO COTUÍ,
PROVINCIA SÁNCHEZ RAMÍREZ

EQUIPO DE TRABAJO:

DISEÑO ARQUITECTÓNICO
ARQ.

codia 00000

ENC. INGENIERÍA
ING. FIOR DALIZA BONIFACIO
codia 00000

ESTRUCTURAL
ING. LEOPOLDO BERROA
codia 00000

ELÉCTRICO
ING. JUAN PEREZ
codia 00000

HIDRO-SANITARIO
ING. FRANCIS ESTEVEZ
codia 00000

SELLO DE APROBACIÓN:


FECHA:

CONTENIDO:
ELEVACIÓN
FRONTAL


ESCALA:
1:40

SEPTIEMBRE 026

NO. PÁGINA:
007

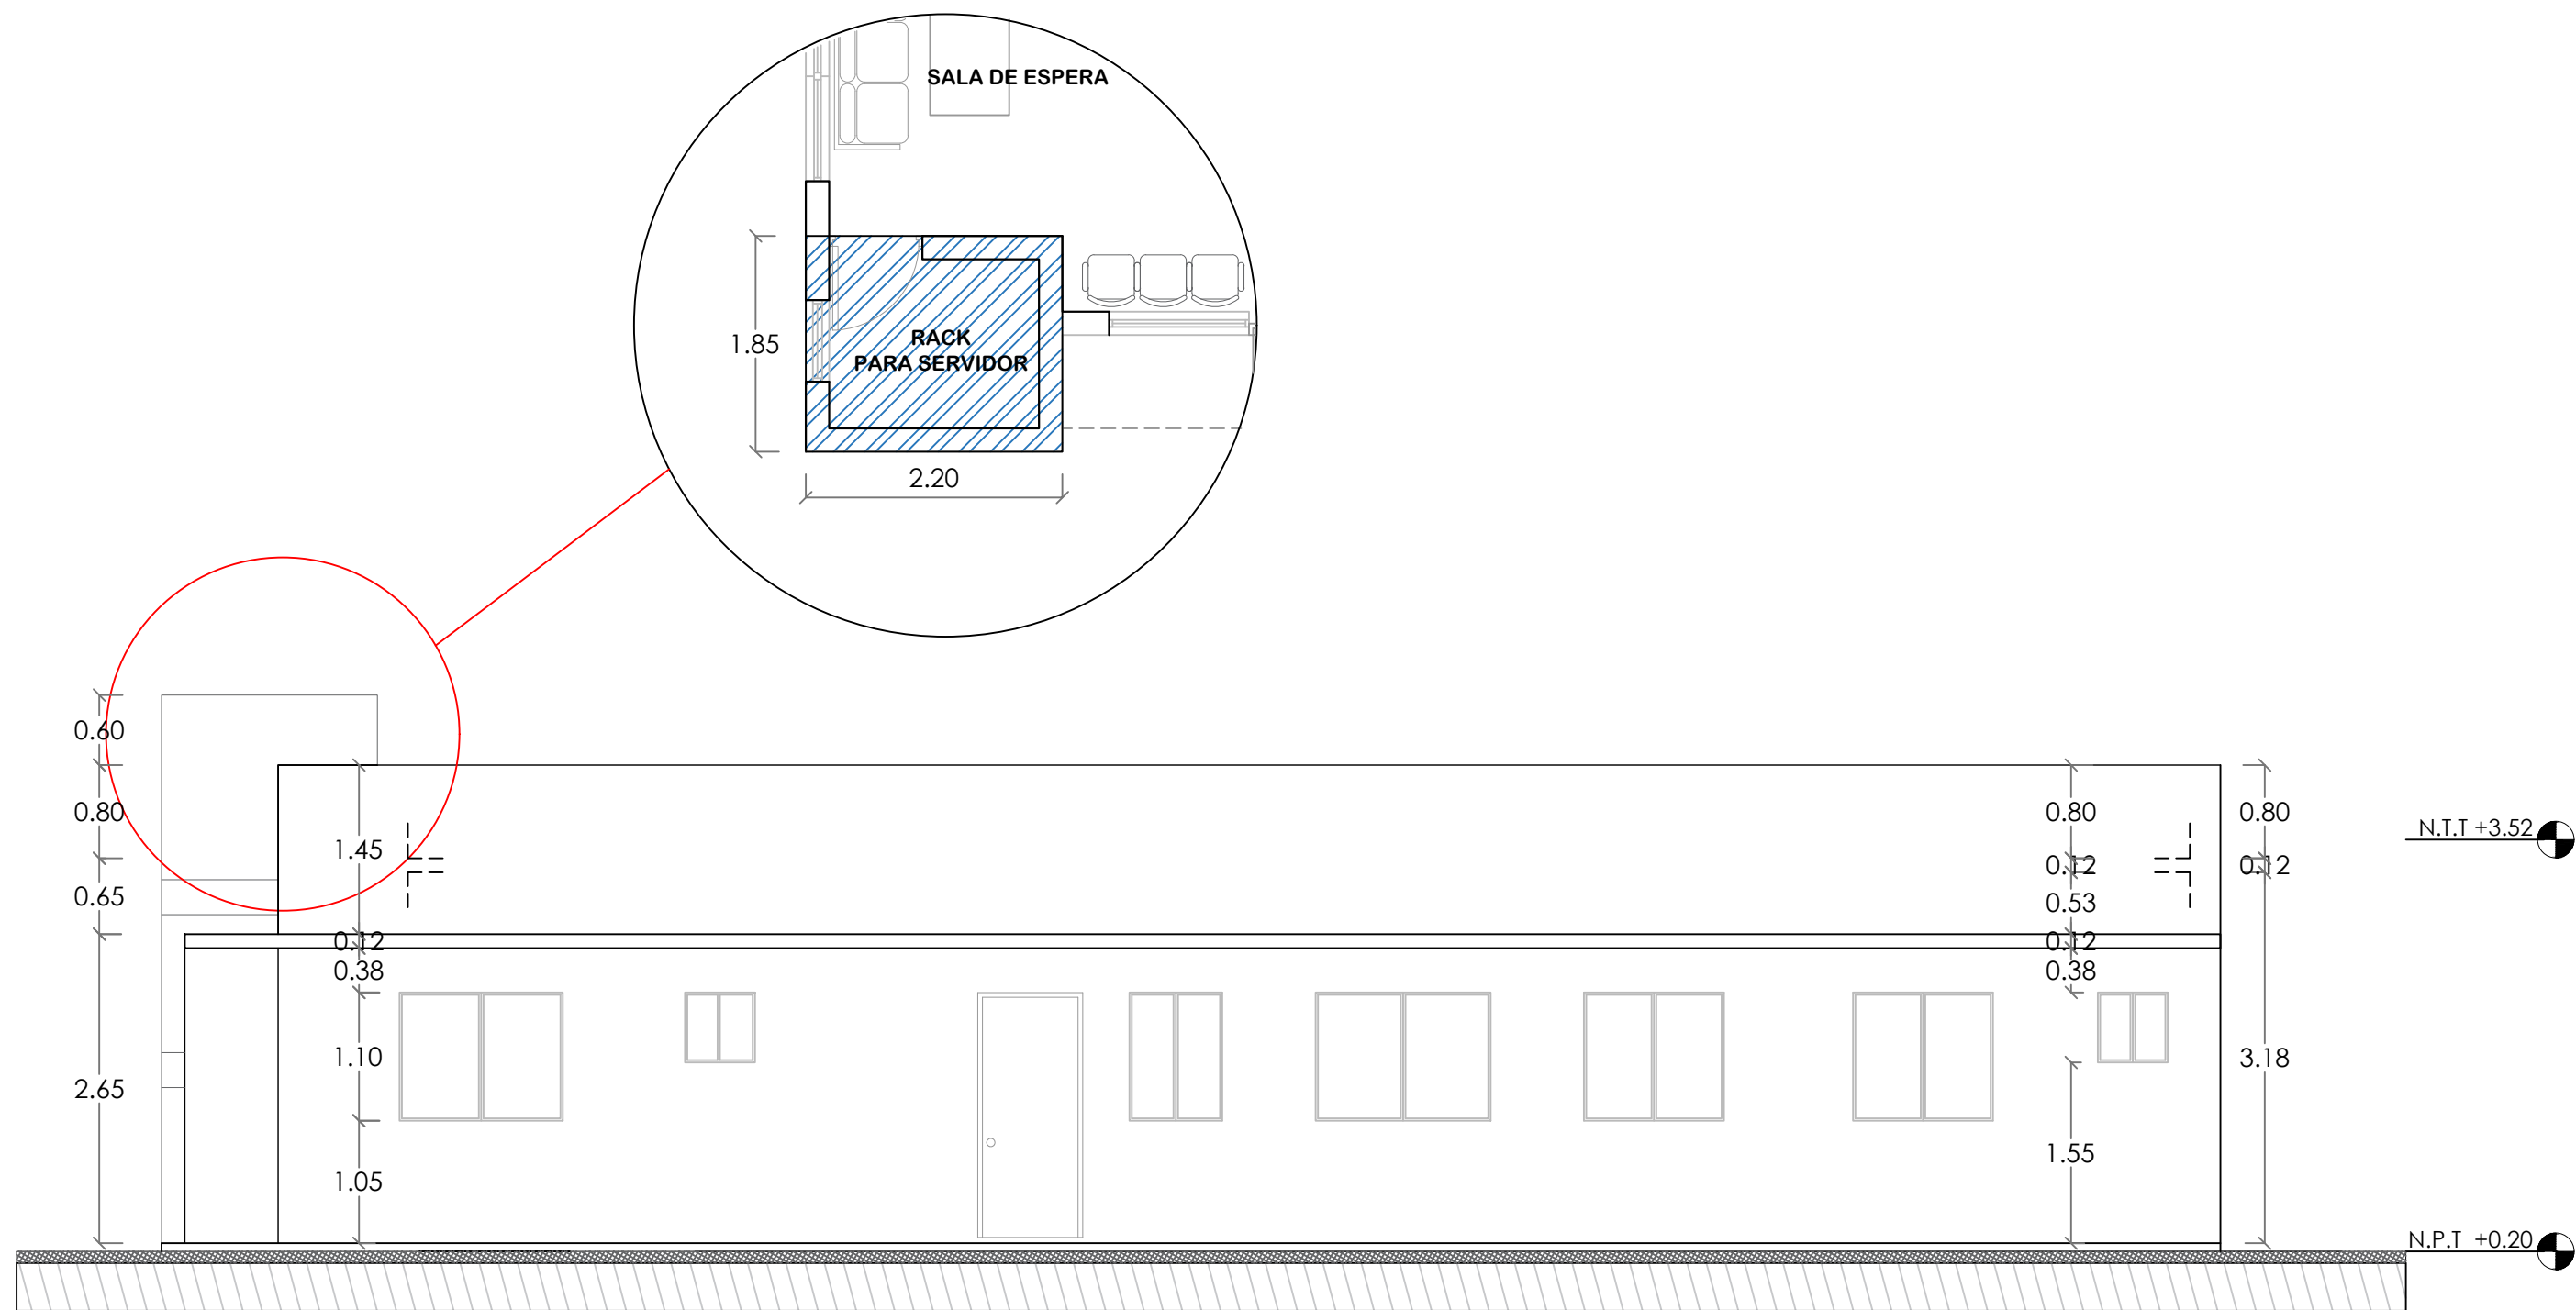


 **ELEVACIÓN LATERAL DERECHO**
ESC. 1:50

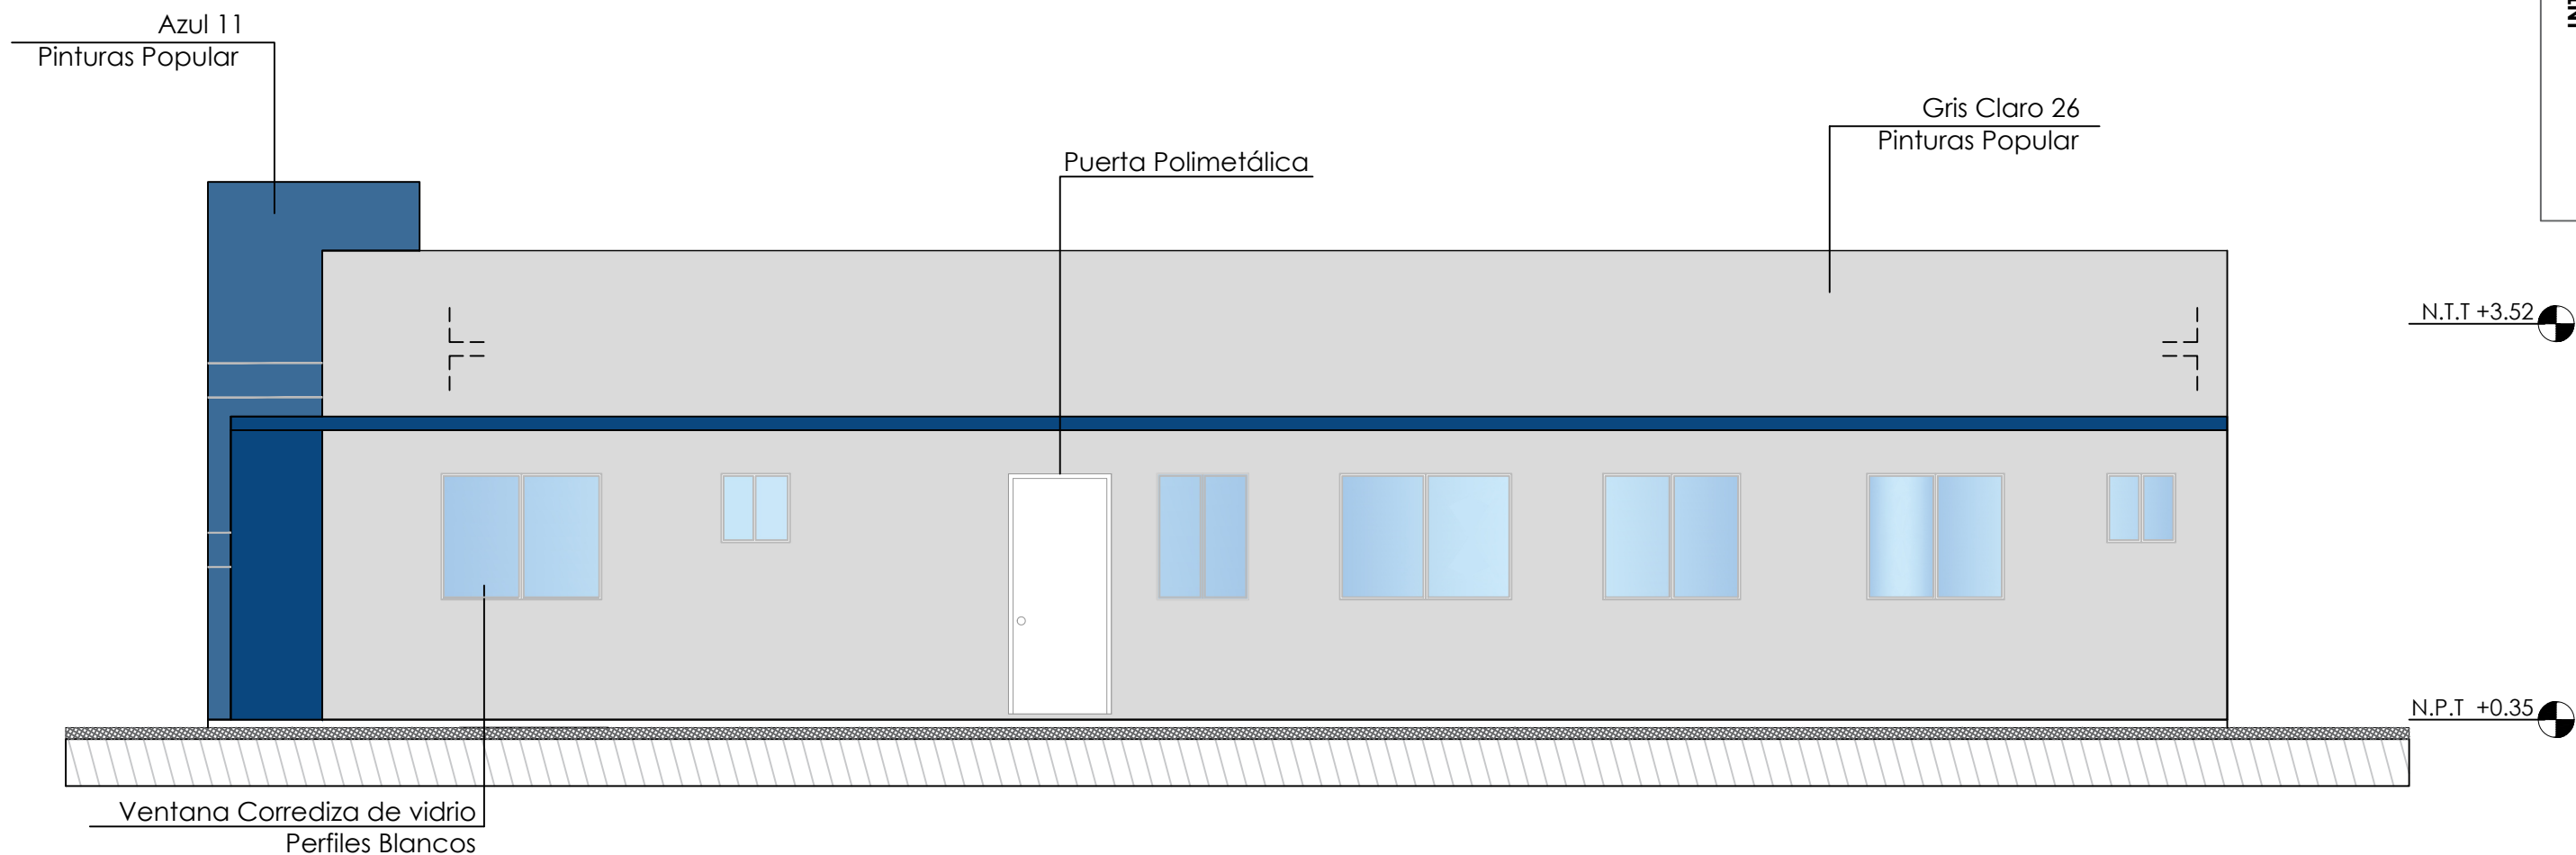

 **ELEVACIÓN LATERAL DERECHO CON TÉCNICA**
ESC. 1:50

PALETA DE COLORES A UTILIZAR	
INTERIORES	PINTURA MUROS EXTERIORES Pinturas Popular Nombre: Azul 11 Tipo: Acrilica Uso: Paredes Exteriores (Fachada y vuelos)
	PINTURA MUROS EXTERIORES Pinturas Popular Nombre: Gris Claro 26 Tipo: Acrilica Uso: Paredes.
	PINTURA EN TECHOS Pinturas Popular Nombre: Bianco 00 Tipo: Acrilica Uso: Techos (Vuelos)
NOTA: ESTOS COLORES SON UNA SIMULACIÓN.	

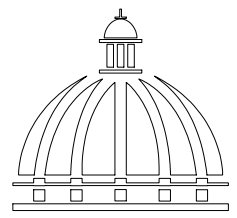

GOBIERNO DE LA
REPÚBLICA DOMINICANA

DIRECCION DE DESARROLLO
PROVINCIAL
(DDP)

Ave. Dr. Delgado, Esq. Moises García,
Gazcue, Sto. Dgo., R.D.
TEL.: (809)-364-2189 | FAX.: (809)- 688-1665
E-Mail: info@cpadp.gob.do

PROYECTO:
CONSTRUCCIÓN DESTACAMENTO
POLICIAL EN EL REASENTAMIENTO DE
BARRICK GOLD, MUNICIPIO COTUÍ,
PROVINCIA SÁNCHEZ RAMÍREZ

EQUIPO DE TRABAJO:

DISEÑO ARQUITECTÓNICO
ARQ.

codia 00000

ENC. INGENIERÍA
ING. FIOR DALIZA BONIFACIO
codia 00000

ESTRUCTURAL
ING. LEOPOLDO BERROA
codia 00000

ELÉCTRICO
ING. JUAN PEREZ
codia 00000

HIDRO-SANITARIO
ING. FRANCIS ESTEVEZ
codia 00000

SELLO DE APROBACIÓN:

FECHA:

CONTENIDO:

**ELEVACIÓN LATERAL
DERECHO**

ESCALA:


1:60

SEPTIEMBRE 026


NO. PÁGINA:

008

*NOTA: ESTOS PLANOS PUEDEN SER MODIFICADOS Y/O ADECUADOS EN CAMPO.

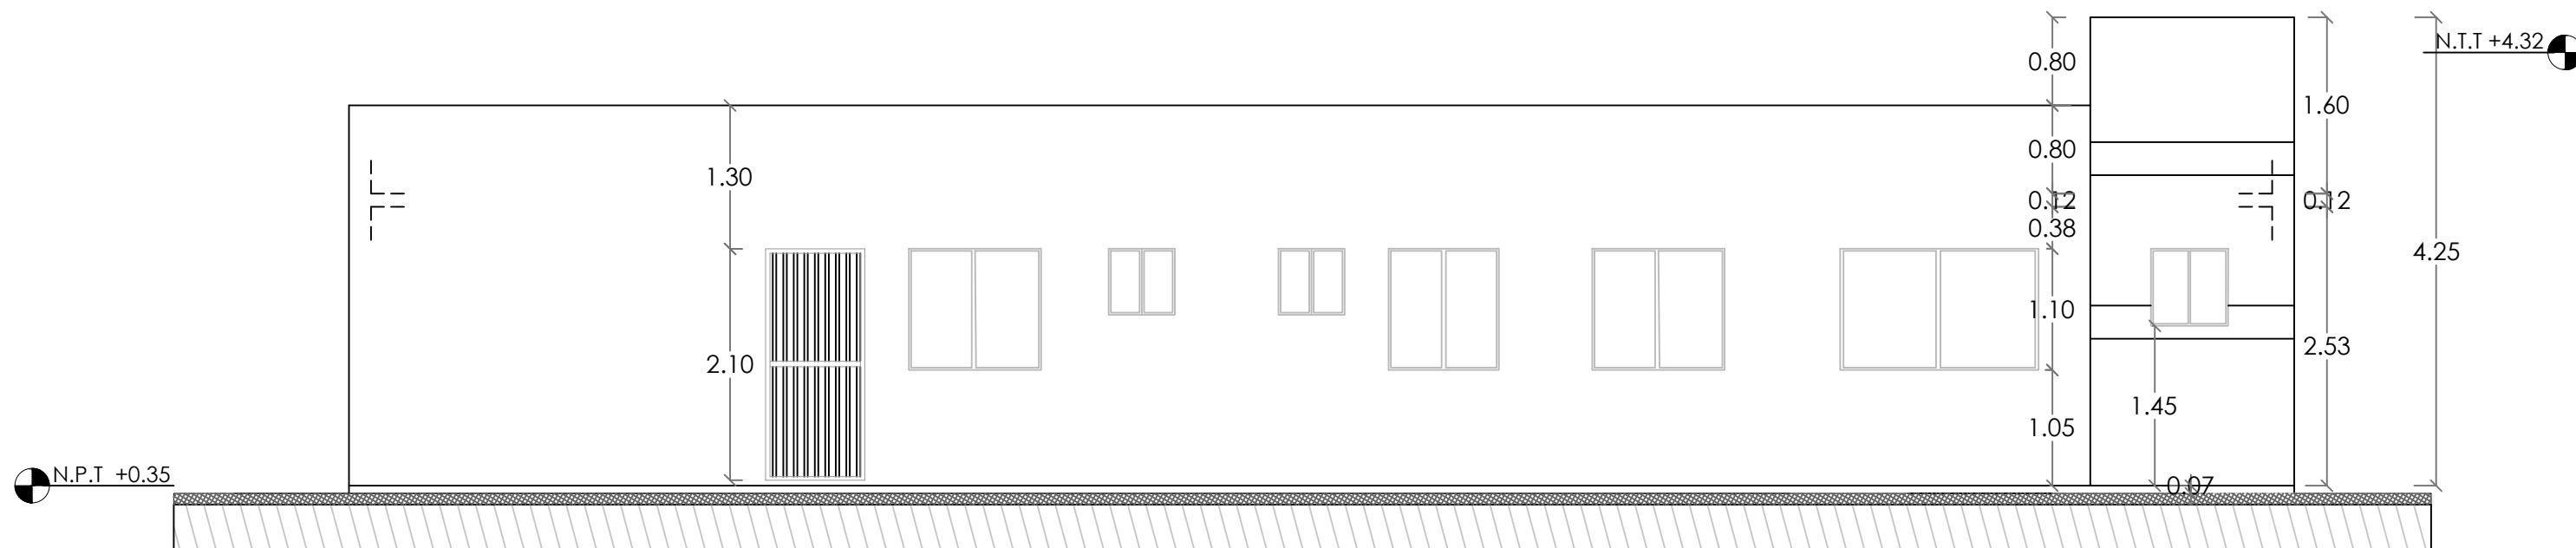


 **ELEVACIÓN LATERAL IZQUIERDA**
ESC. 1:50

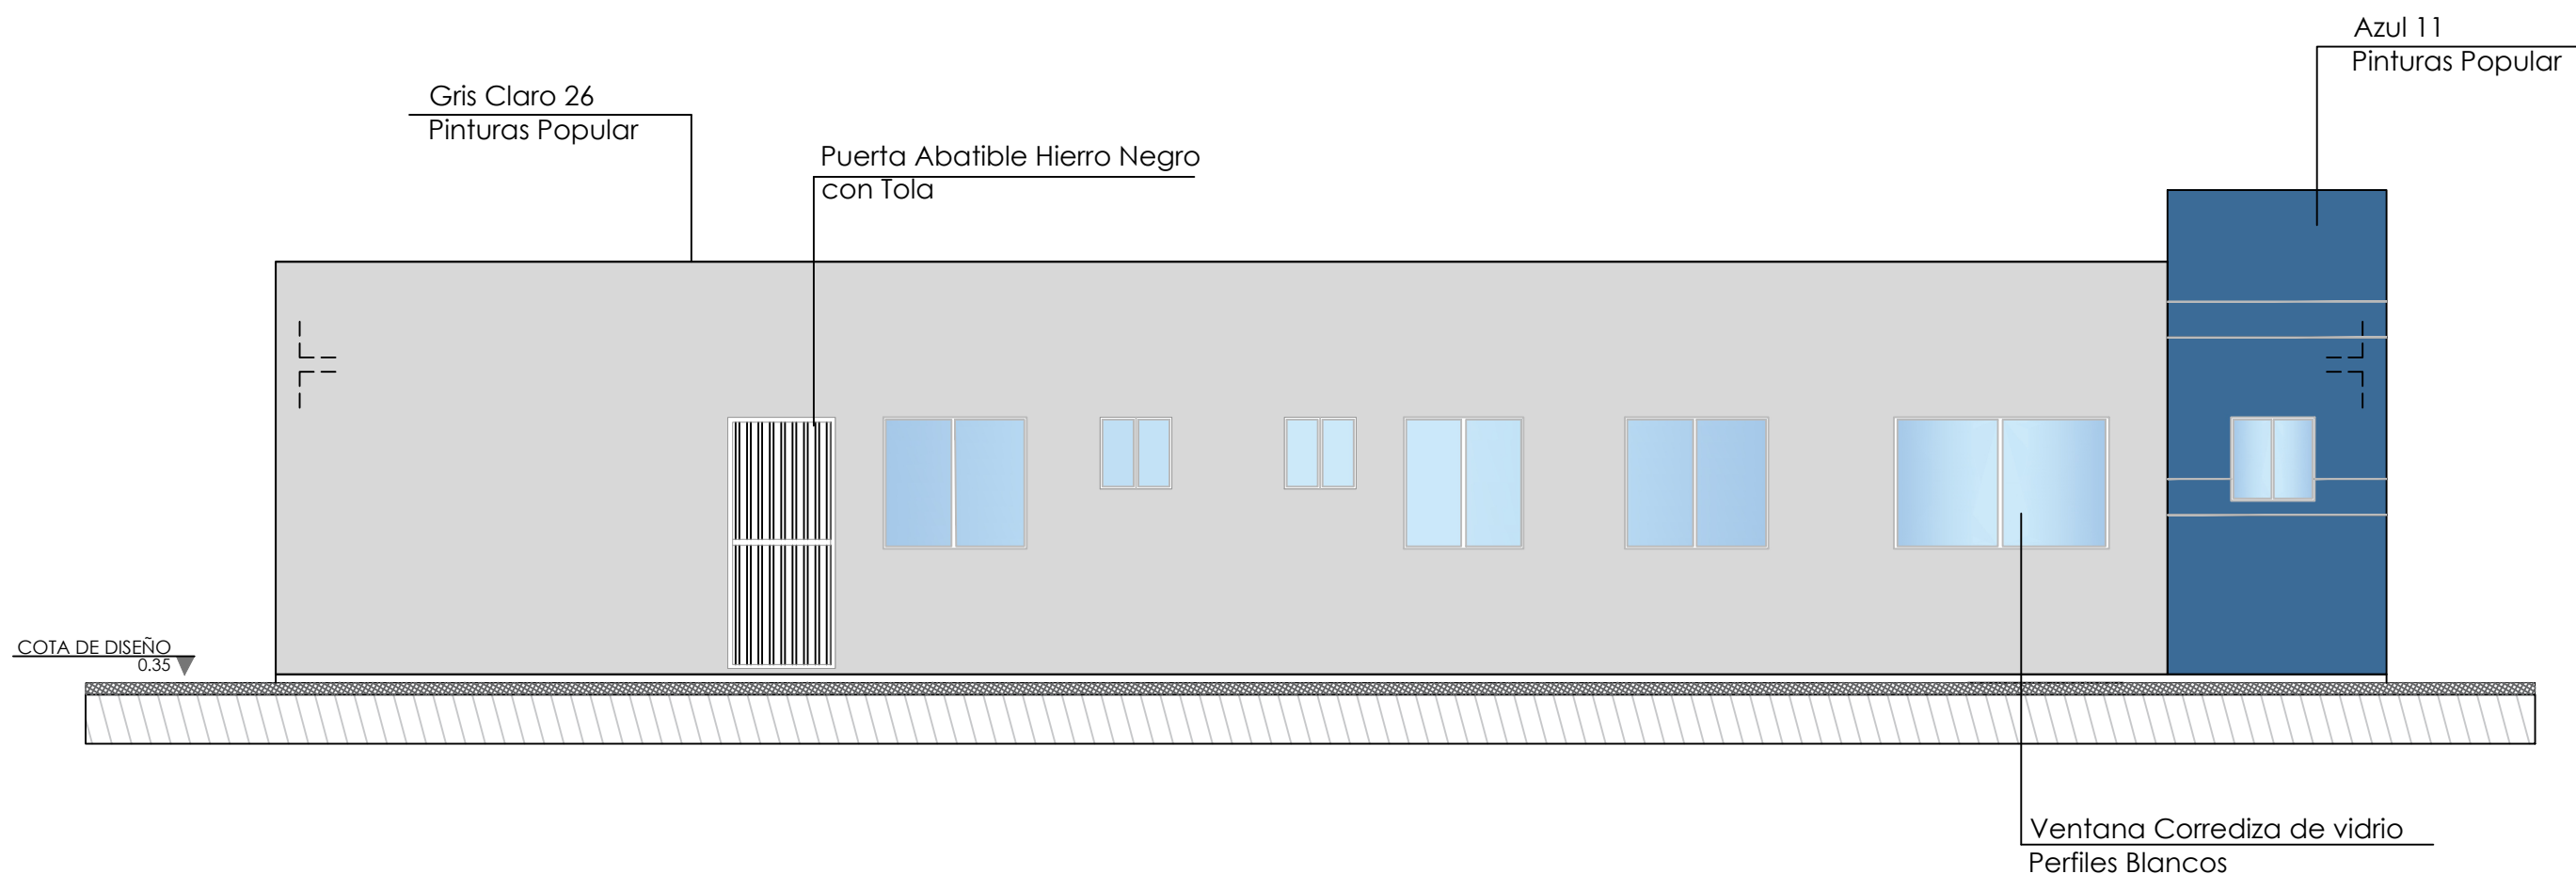

 **ELEVACIÓN LATERAL IZQUIERDA CON TÉCNICA**
ESC. 1:50

*NOTA: ESTOS PLANOS PUEDEN SER MODIFICADOS Y/O ADECUADOS EN CAMPO.

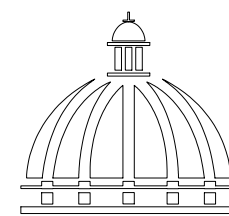

**GOBIERNO DE LA
REPÚBLICA DOMINICANA**
**DIRECCION DE DESARROLLO
PROVINCIAL
(DDP)**

Ave. Dr. Delgado, Esq. Moises García,
Gazcue, Sto. Dgo., R.D.
TEL.: (809)-364-2189 | FAX.: (809)- 688-1665
E-Mail: info@cpadp.gob.do

PROYECTO:
CONSTRUCCIÓN DESTACAMENTO
POLICIAL EN EL REASENTAMIENTO DE
BARRICK GOLD, MUNICIPIO COTUÍ,
PROVINCIA SÁNCHEZ RAMÍREZ

EQUIPO DE TRABAJO:

DISEÑO ARQUITECTÓNICO
ARQ.

codia 00000

ENC. INGENIERÍA
ING. FIOR DALIZA BONIFACIO
codia 00000

ESTRUCTURAL
ING. LEOPOLDO BERROA
codia 00000

ELÉCTRICO
ING. JUAN PEREZ
codia 00000

HIDRO-SANITARIO
ING. FRANCIS ESTEVEZ
codia 00000

SELLO DE APROBACIÓN:

FECHA: REV-27102022

CONTENIDO:

**ELEVACIÓN LATERAL
DERECHO**



ESCALA:

1:60

SEPTIEMBRE 026



NO. PÁGINA:

009

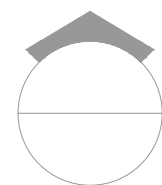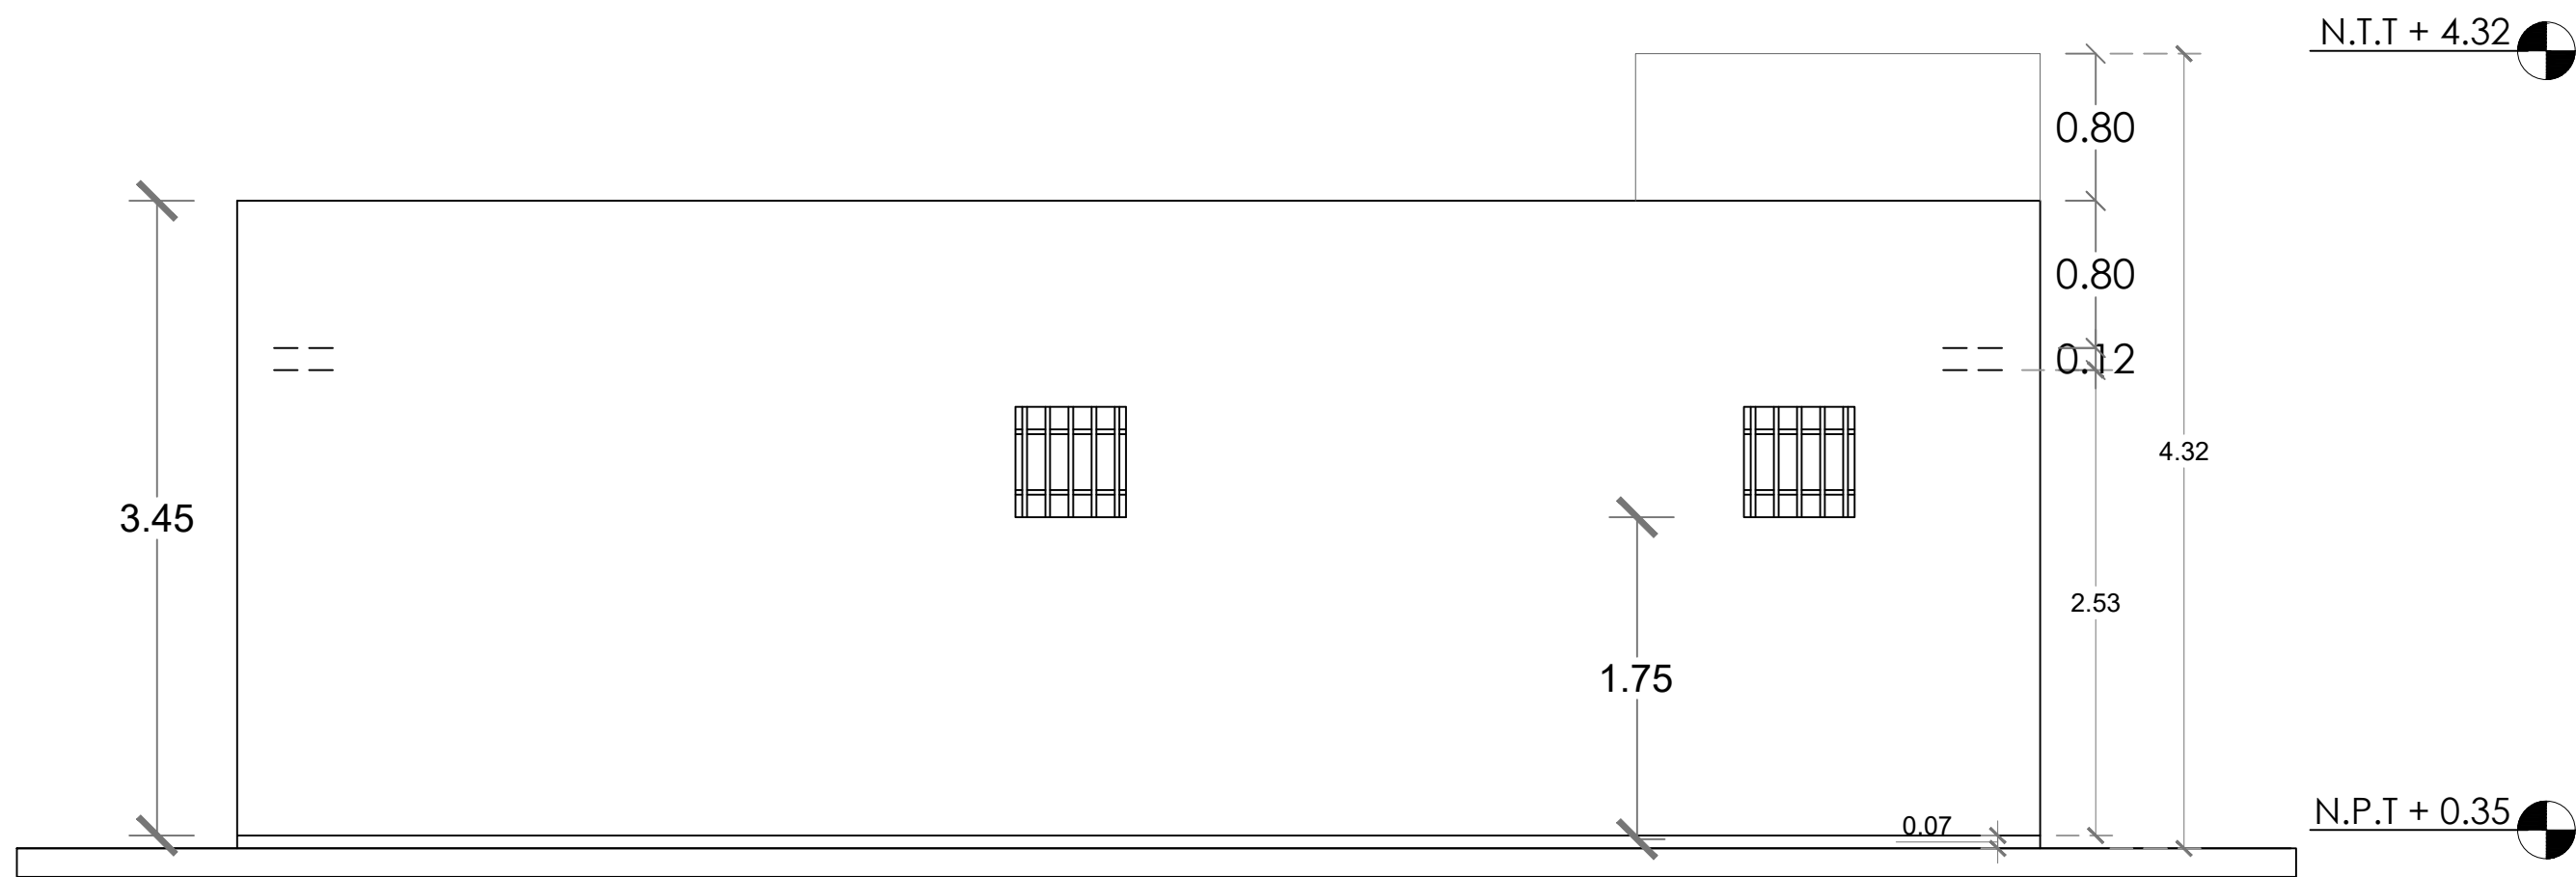


ELEVACIÓN POSTERIOR

ESC. 1:50

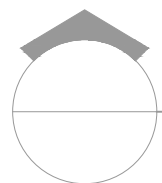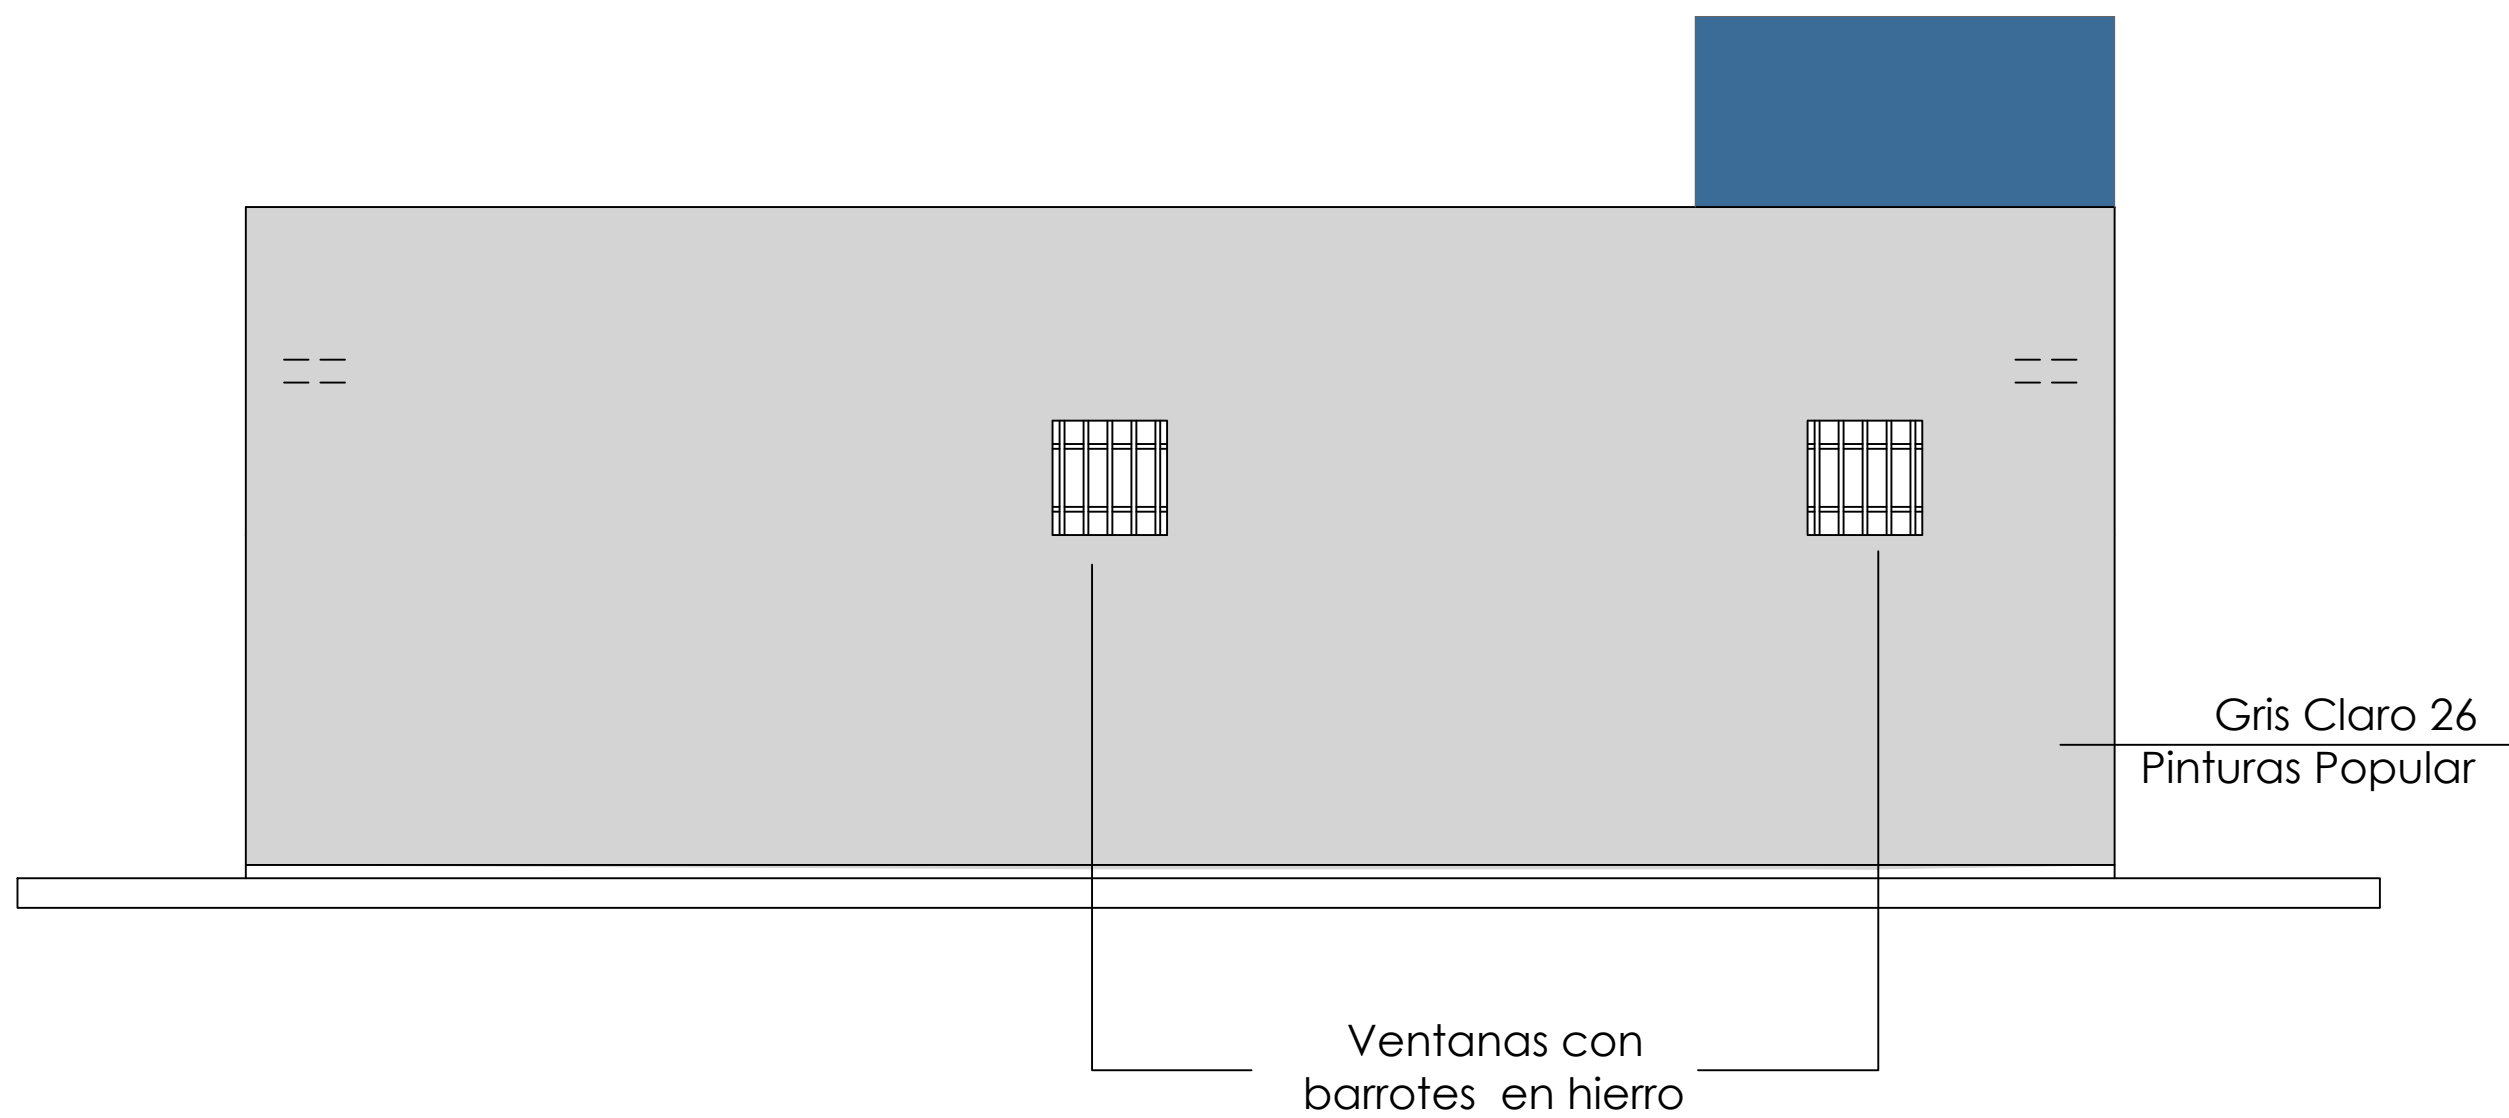

ELEVACIÓN POSTERIOR CON TÉCNICA

ESC. 1:50

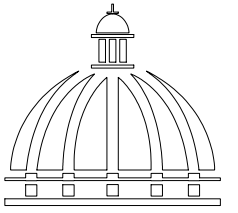

GOBIERNO DE LA
REPÚBLICA DOMINICANA

DIRECCION DE DESARROLLO
PROVINCIAL
(DDP)

Ave. Dr. Delgado, Esq. Moises García,
Gazcue, Sto. Dgo., R.D.
TEL.: (809)-364-2189 | FAX.: (809)- 688-1665
E-Mail: info@cpadp.gob.do

PROYECTO:
CONSTRUCCIÓN DESTACAMENTO
POLICIAL EN EL REASENTAMIENTO DE
BARRICK GOLD, MUNICIPIO COTUÍ,
PROVINCIA SÁNCHEZ RAMÍREZ

EQUIPO DE TRABAJO:

DISEÑO ARQUITECTÓNICO
ARQ.

codia 00000

ENC. INGENIERÍA
ING. FIOR DALIZA BONIFACIO
codia 00000

ESTRUCTURAL
ING. LEOPOLDO BERROA
codia 00000

ELÉCTRICO
ING. JUAN PEREZ
codia 00000

HIDRO-SANITARIO
ING. FRANCIS ESTEVEZ
codia 00000

SELLO DE APROBACIÓN:

FECHA:

CONTENIDO:
**ELEVACIÓN
POSTERIOR**


ESCALA:

1:40

SEPTIEMBRE 026

NO. PÁGINA:

010

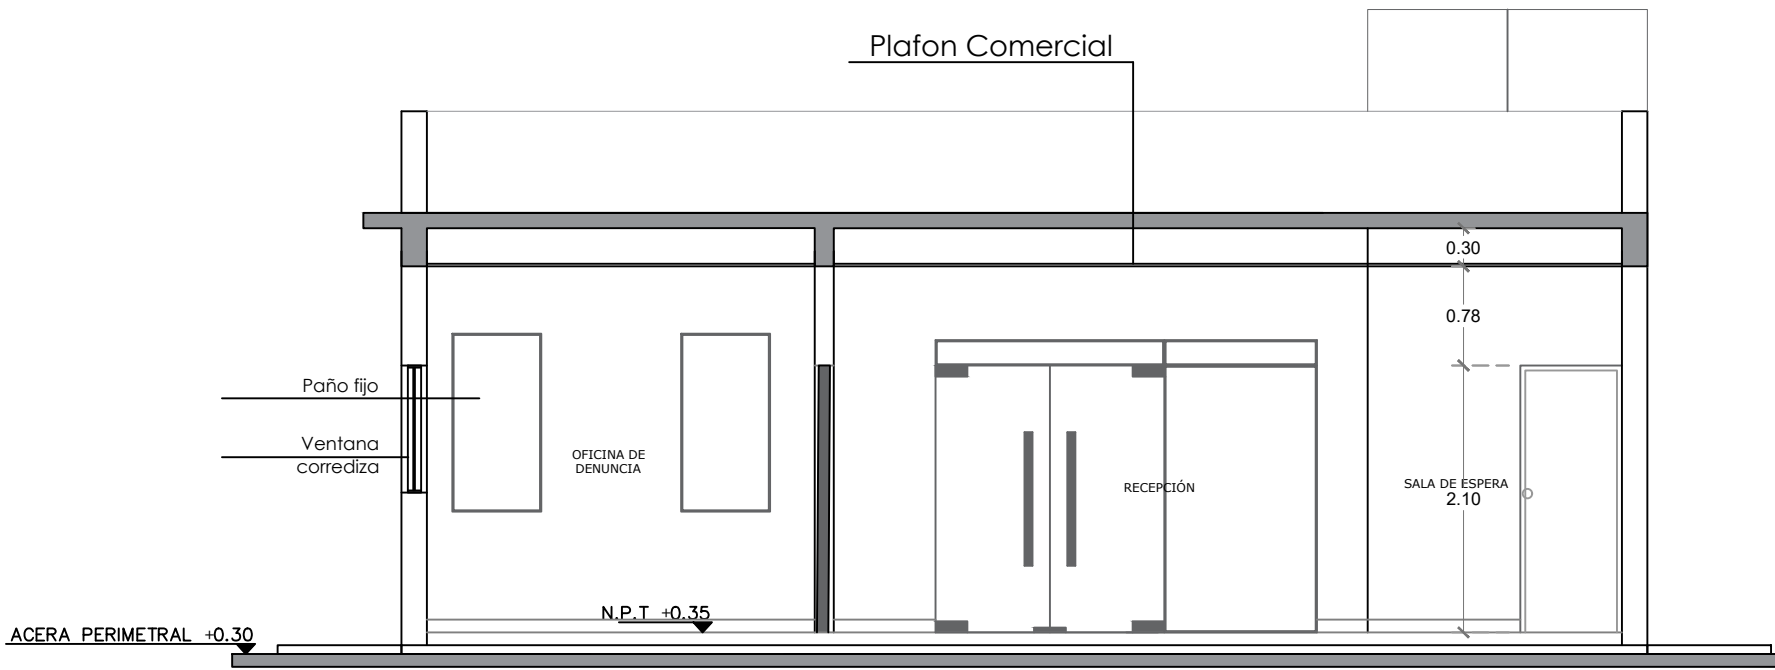


PALETA DE COLORES A UTILIZAR	
INTERIORES	PINTURA MUROS INTERIORES Pinturas Popular Nombre: Gris Claro 26 Tipo: Acrilica Uso: Paredes Interiores Carceles
	PINTURA MUROS INTERIORES Pinturas Popular Nombre: Gris Claro 26 Tipo: Acrilica Uso: Oficinas, Recepción, Cocina, Dormitorios y baños.
	PINTURA EN TECHOS Pinturas Popular Nombre: Blanco 00 Tipo: Acrilica Uso: Techos
NOTA: ESTOS COLORES SON UNA SIMULACIÓN.	

 **SECCIÓN A-A'**
ESC. 1:60



 **SECCIÓN B-B'**
ESC. 1:60

*NOTA: ESTOS PLANOS PUEDEN SER MODIFICADOS Y/O ADECUADOS EN CAMPO

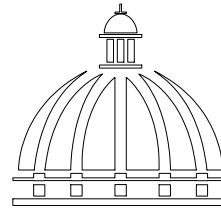

GOBIERNO DE LA
REPÚBLICA DOMINICANA

DIRECCION DE DESARROLLO
PROVINCIAL
(DDP)

Ave. Dr. Delgado, Esq. Moises García,
Gazcue, Sto. Dgo., R.D.
TEL.: (809)-364-2189 | FAX.: (809)- 688-1665
E-Mail: info@cpadp.gob.do

PROYECTO:
CONSTRUCCIÓN DESTACAMENTO
POLICIAL EN EL REASENTAMIENTO DE
BARRICK GOLD, MUNICIPIO COTUÍ,
PROVINCIA SÁNCHEZ RAMÍREZ

EQUIPO DE TRABAJO:

DISEÑO ARQUITECTÓNICO
ARQ.

codia 00000

ENC. INGENIERÍA
ING. FIOR DALIZA BONIFACIO
codia 00000

ESTRUCTURAL
ING. LEOPOLDO BERROA
codia 00000

ELÉCTRICO
ING. JUAN PEREZ
codia 00000

HIDRO-SANITARIO
ING. FRANCIS ESTEVEZ
codia 00000

SELLO DE APROBACIÓN:

FECHA:

CONTENIDO:


SECCIONES

ESCALA:
1:60

SEPTIEMBRE 026


NO. PÁGINA:

 011




PLANTA INSTALACIONES SANITARIAS AGUA POTABLE

ESC. 1:50

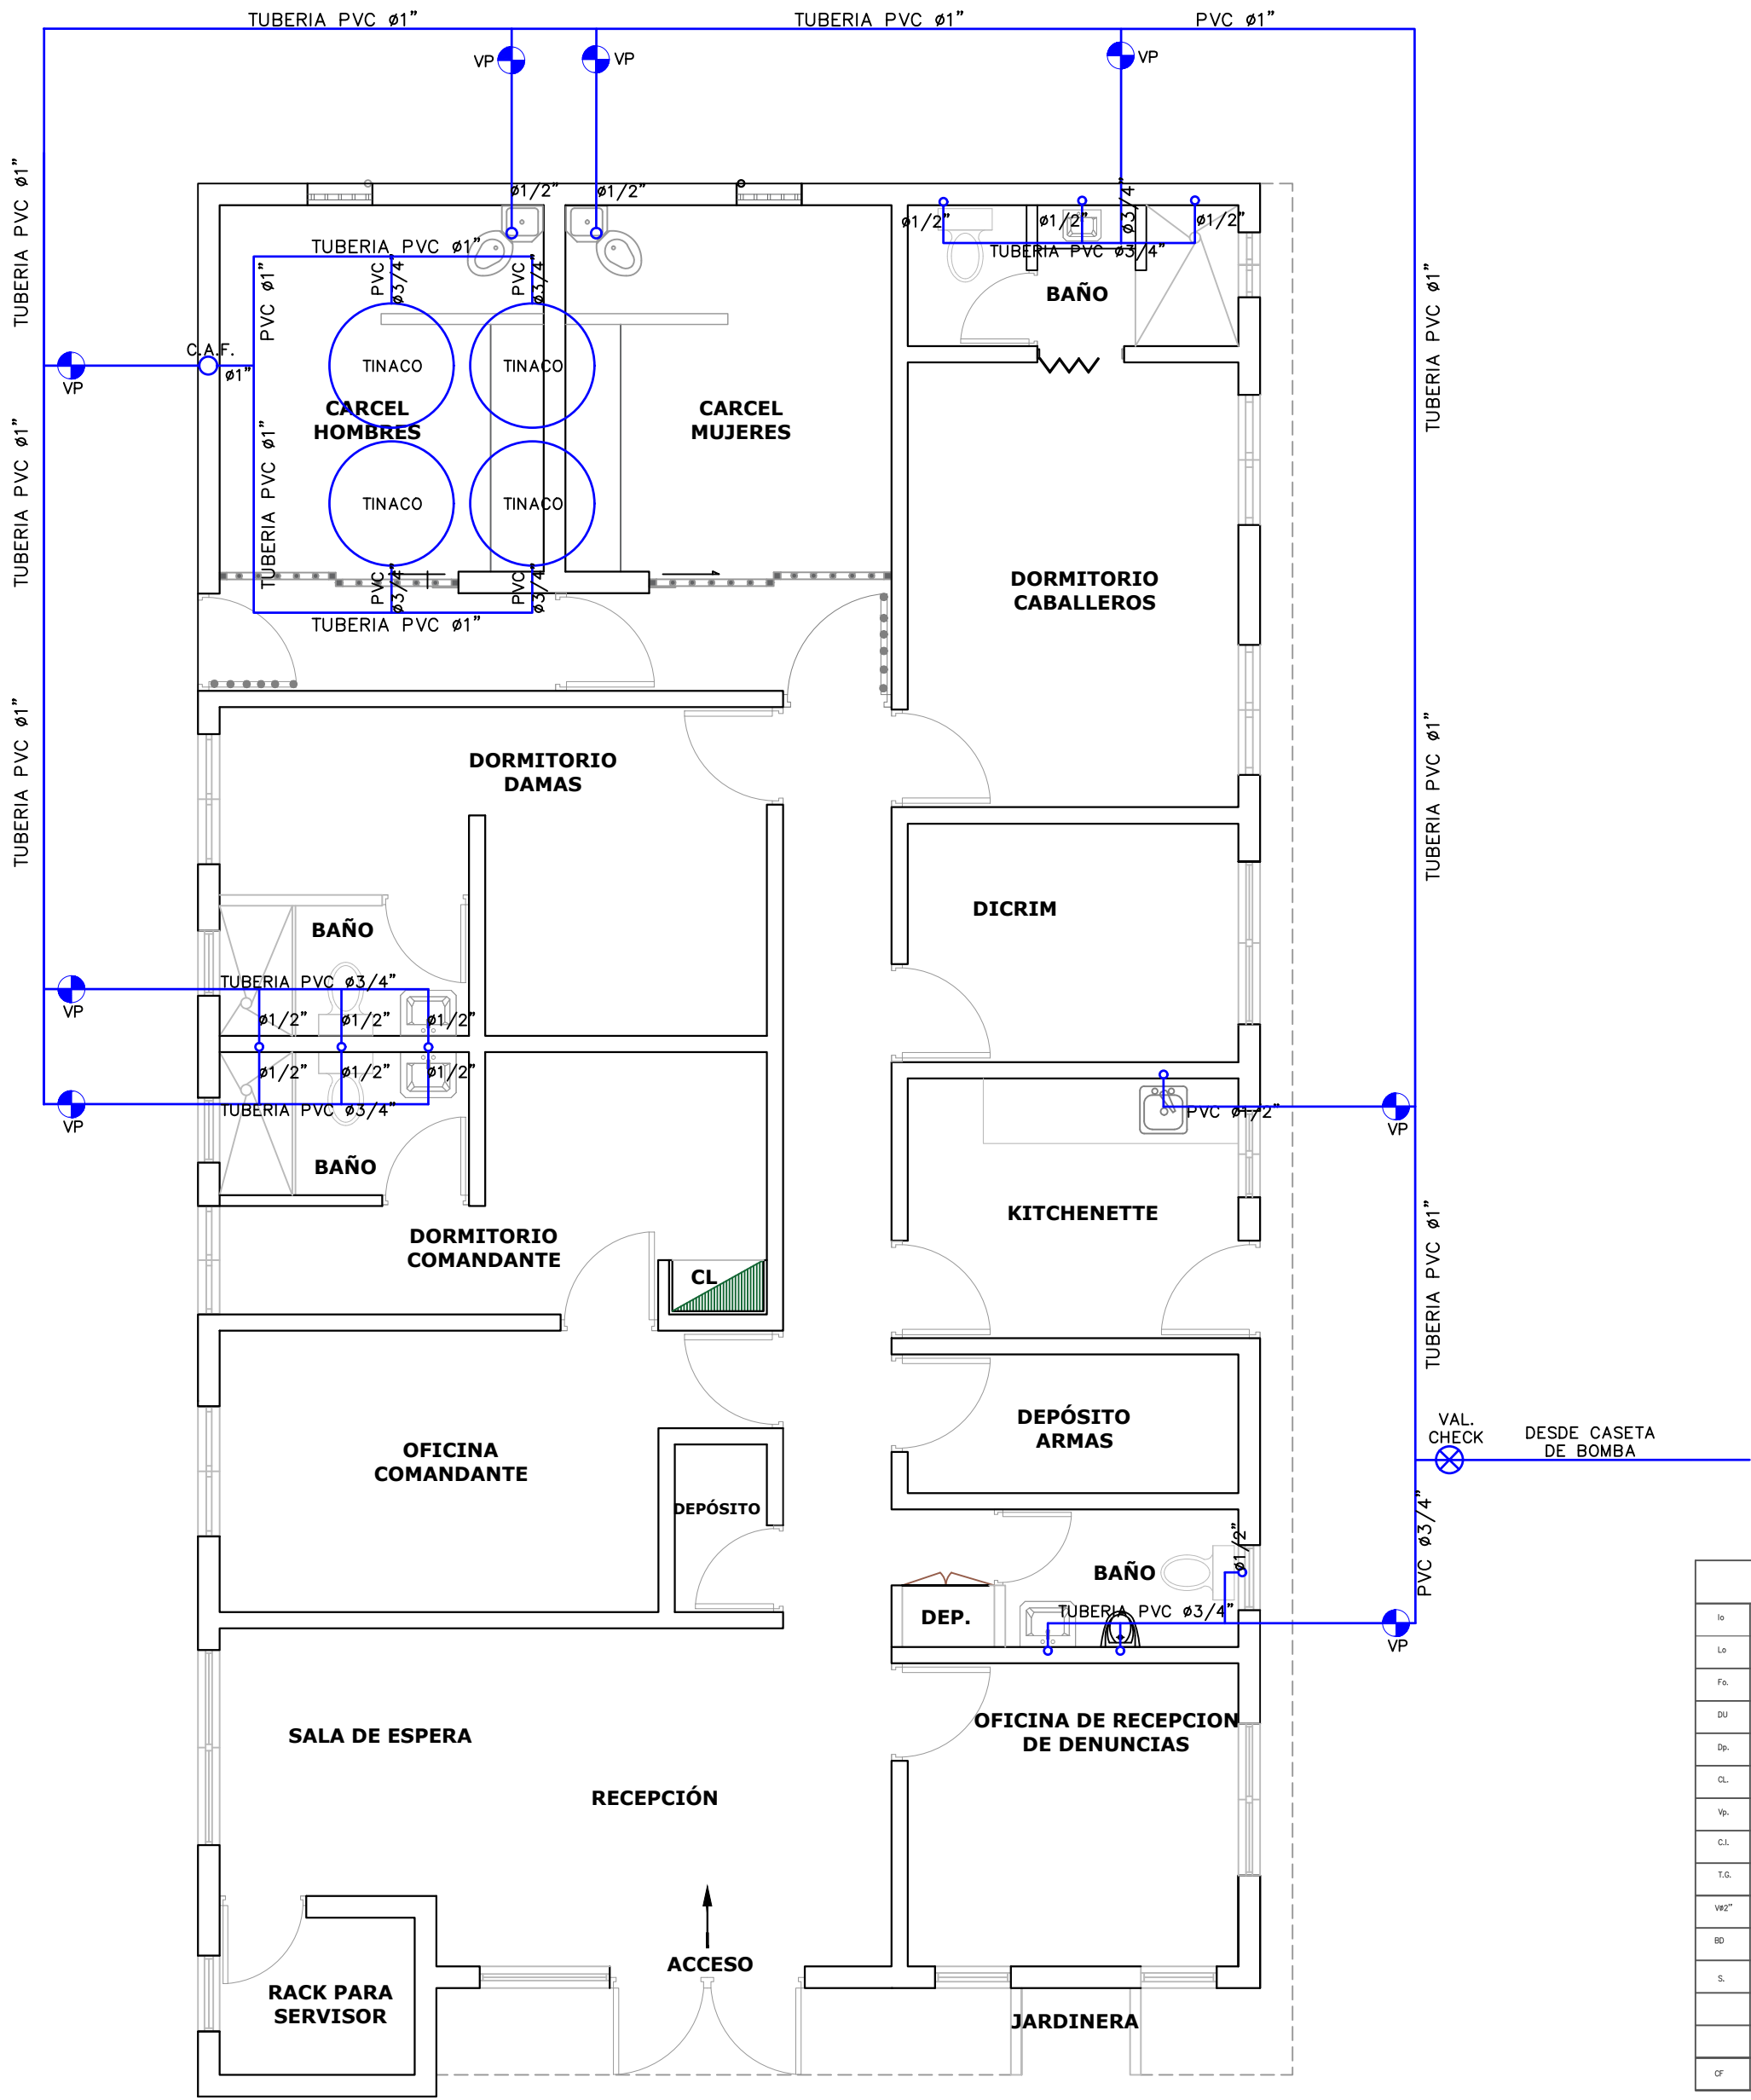

LEYENDA SANITARIA		
IN		INODORO
Lo		LAVAMANDOS
Fa		FREGADERO
DU		DUCHA
Dp		DESAGUE DE PISO
CL		CALENTADOR ELECTRICO
VP		VALVULA DE PASO
CL		CAJA DE INSPECCION
T.G.		TRAMPA DE GRASA
VBZ		COLUMNA DE VENTILACION
BD		BAJANTE DESCARGA
S.		PENDIENTE EN %
		TUBERIA AGUAS POTABLE FRIA
		TUBERIA AGUAS NEGRAS
OF		COLUMNA DE AGUA FRIA

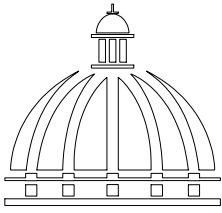

GOBIERNO DE LA
REPÚBLICA DOMINICANA

DIRECCION DE DESARROLLO
PROVINCIAL
(DDP)

Ave. Dr. Delgado, Esq. Moises García,
Gazcue, Sto. Dgo., R.D.
TEL.: (809)-364-2189 | FAX.: (809)- 688-1665
E-Mail: info@cpadp.gob.do

PROYECTO:
CONSTRUCCIÓN DESTACAMENTO
POLICIAL EN EL REASENTAMIENTO DE
BARRICK GOLD, MUNICIPIO COTUÍ,
PROVINCIA SÁNCHEZ RAMÍREZ

EQUIPO DE TRABAJO:

DISEÑO ARQUITECTÓNICO
ARQ.

codia 00000

ENC. INGENIERÍA
ING. FIOR DALIZA BONIFACIO
codia 00000

ESTRUCTURAL
ING. LEOPOLDO BERROA
codia 00000

ELÉCTRICO
ING. JUAN PEREZ
codia 00000

HIDRO-SANITARIO
ING. FRANCIS ESTEVEZ
codia 00000

SELLO DE APROBACIÓN:

FECHA:

CONTENIDO:
**PLANTA INSTALACIONES
SANITARIAS AGUA
POTABLE**

ESCALA:


1:60

SEPTIEMBRE 026


NO. PÁGINA:

012

*NOTA: ESTOS PLANOS PUEDEN SER MODIFICADOS Y/O ADECUADOS EN CAMPO

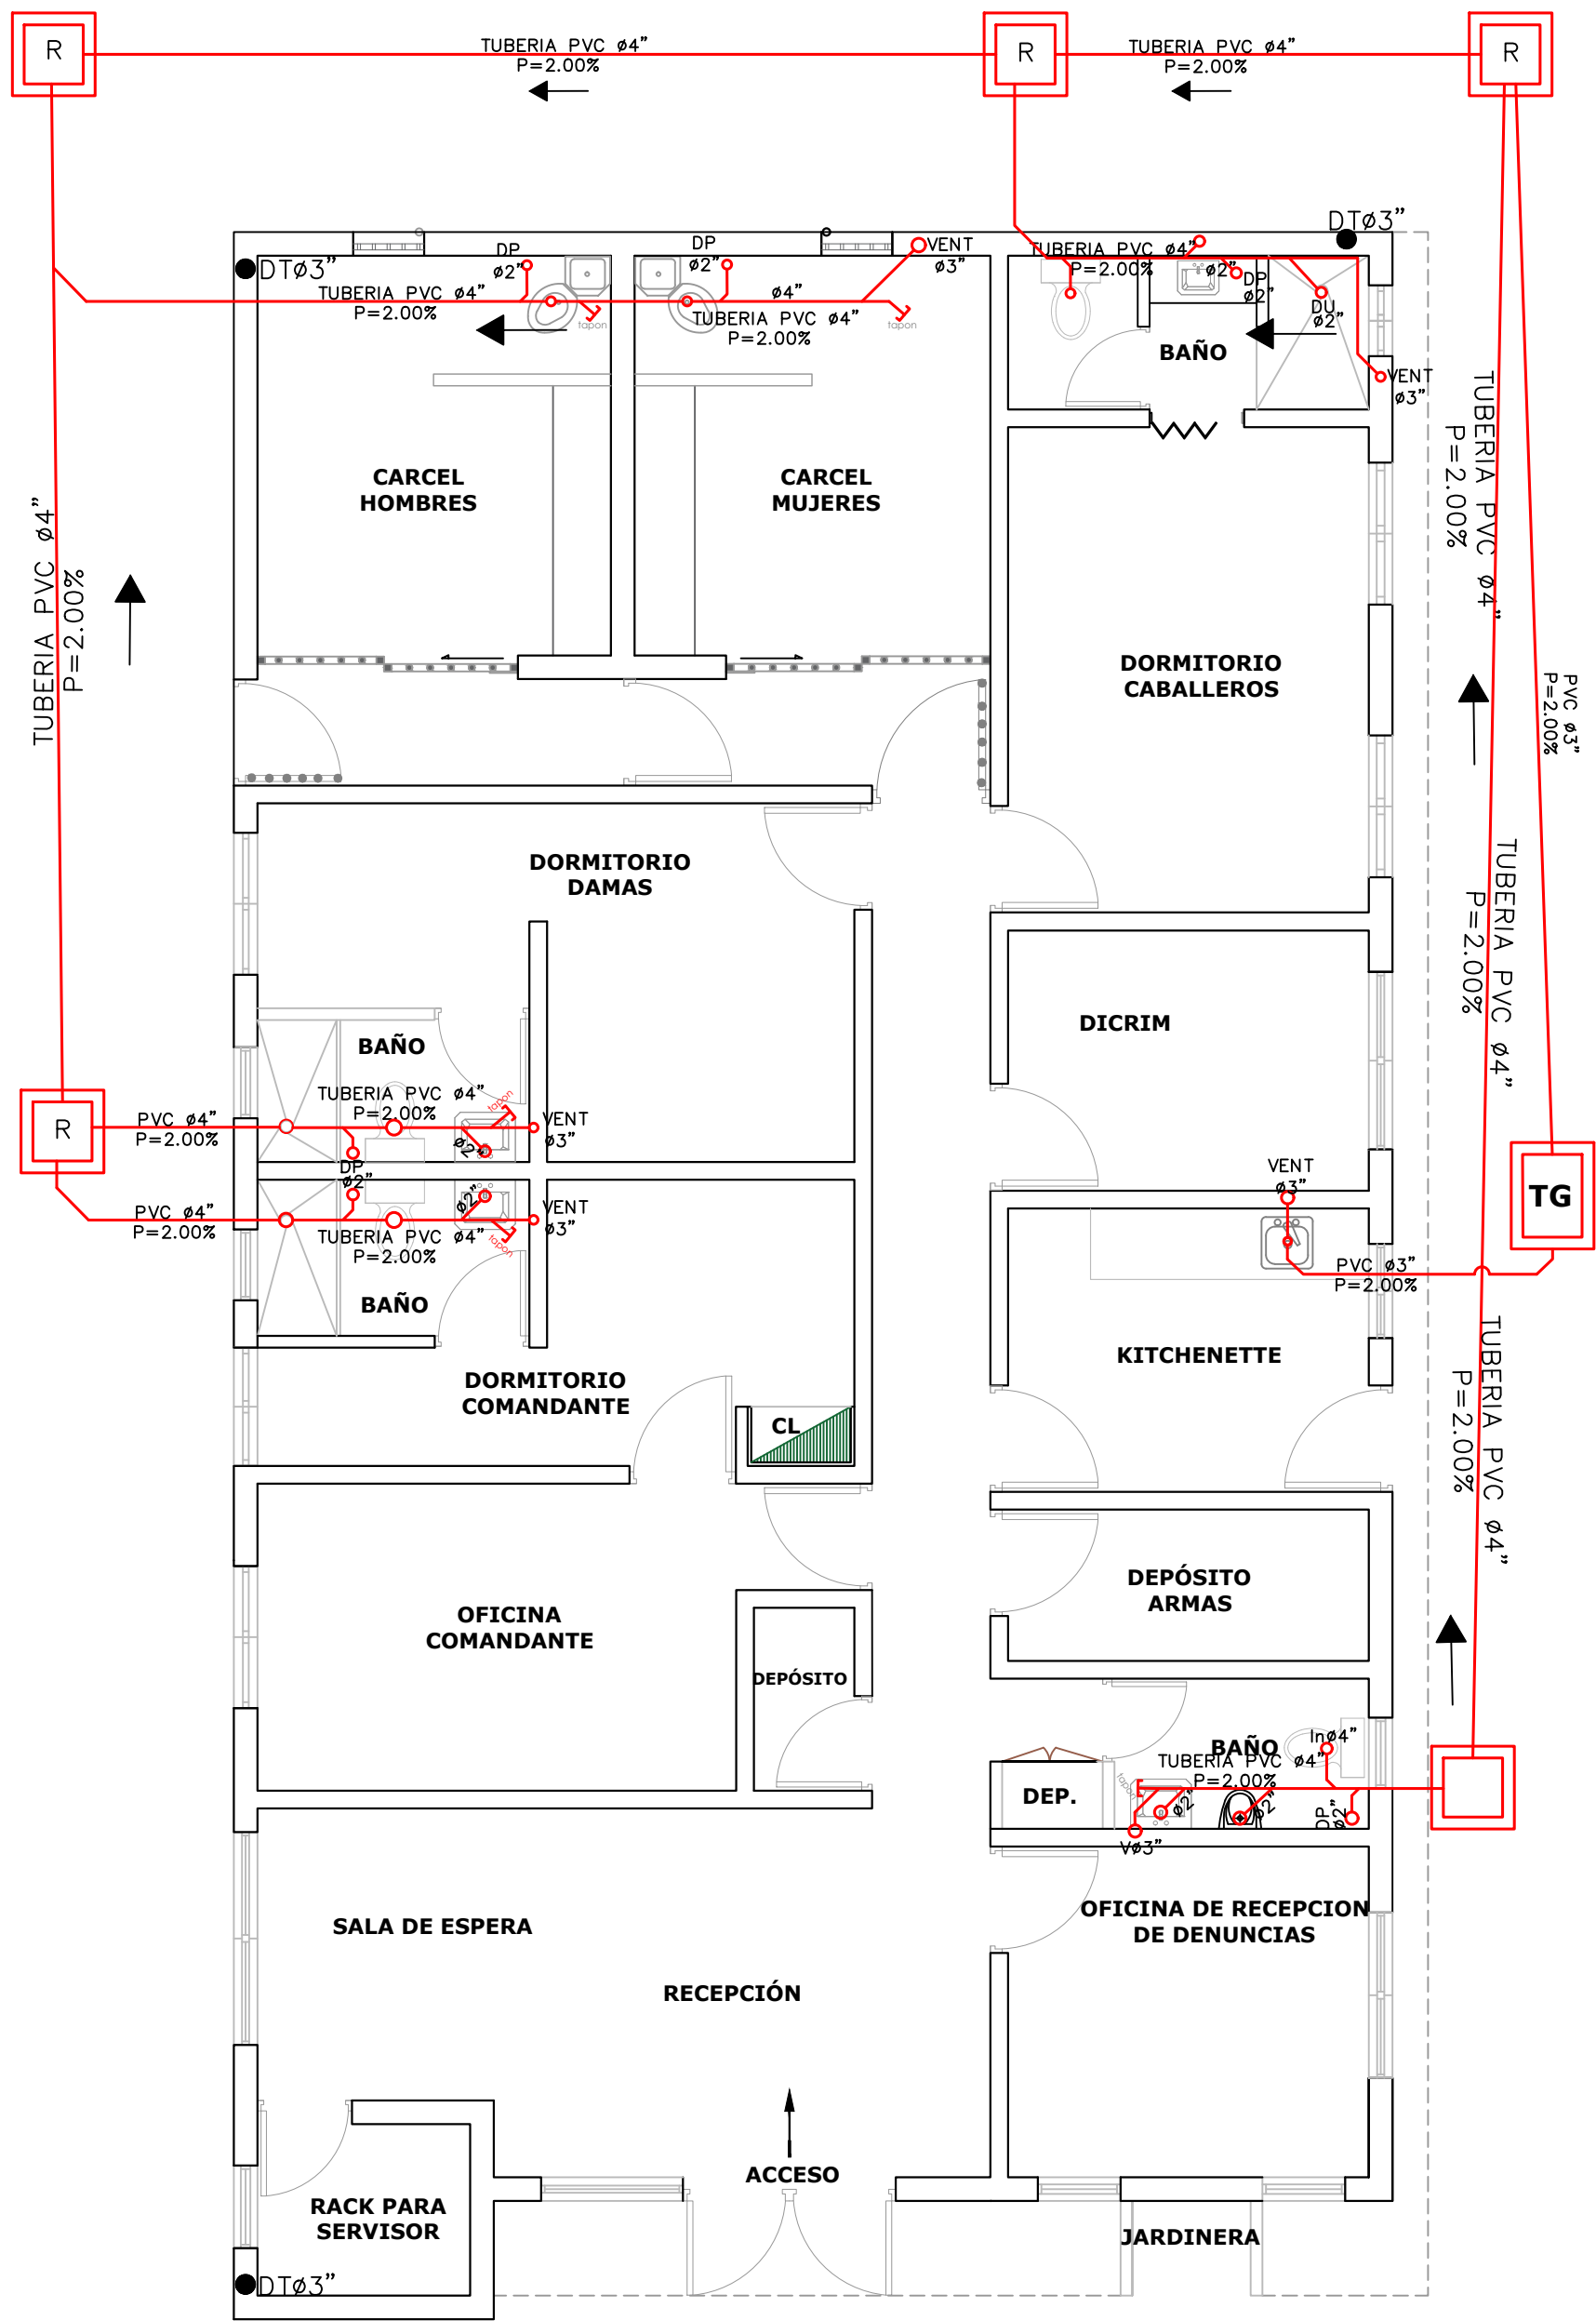

LEYENDA SANITARIA		
Is		INODORO
La		LAVAMANOS
Fa		FREGADERO
DJ		DUCHA
Dp		DESAGUE DE PISO
Ql		CALENTADOR ELECTRICO
Vp		VALVULA DE PASO
C.I.		CAJA DE INSPECCION
T.G.		TRAMPA DE GRASA
VW*		COLUMNA DE VENTILACION
BD		BAJANTE DESCARGA
S.		PENDIENTE EN %
		TUBERIA AGUAS POTABLES FRIA
		TUBERIA AGUAS NEGRAS
OT		COLUMNA DE AGUA FRIA

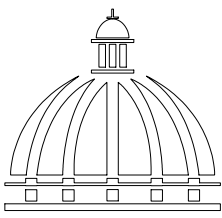

GOBIERNO DE LA
REPÚBLICA DOMINICANA

DIRECCION DE DESARROLLO
PROVINCIAL
(DDP)

Ave. Dr. Delgado, Esq. Moises García,
Gazcue, Sto. Dgo., R.D.
TEL.: (809)-364-2189 | FAX.: (809)- 688-1665
E-Mail: info@cpadp.gob.do

PROYECTO:
CONSTRUCCIÓN DESTACAMENTO
POLICIAL EN EL REASENTAMIENTO DE
BARRICK GOLD, MUNICIPIO COTUÍ,
PROVINCIA SÁNCHEZ RAMÍREZ

EQUIPO DE TRABAJO:

DISEÑO ARQUITECTÓNICO
ARQ.

codia 00000

ENC. INGENIERÍA
ING. FIOR DALIZA BONIFACIO
codia 00000

ESTRUCTURAL
ING. LEOPOLDO BERROA
codia 00000

ELÉCTRICO
ING. JUAN PEREZ
codia 00000

HIDRO-SANITARIO
ING. FRANCIS ESTEVEZ
codia 00000

SELLO DE APROBACIÓN:

FECHA:


CONTENIDO:
**PLANTA INSTALACIONES
SANITARIAS AGUAS
NEGRAS**

ESCALA:
1:60

SEPTIEMBRE 026

NO. PÁGINA:

013

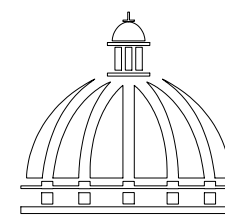

GOBIERNO DE LA
REPÚBLICA DOMINICANA

DIRECCION DE DESARROLLO
PROVINCIAL
(DDP)

Ave. Dr. Delgado, Esq. Moises García,
Gazcue, Sto. Dgo., R.D.
TEL.: (809)-364-2189 | FAX.: (809)- 688-1665
E-Mail: info@cpadp.gob.do

PROYECTO:
CONSTRUCCIÓN DESTACAMENTO
POLICIAL EN EL REASENTAMIENTO DE
BARRICK GOLD, MUNICIPIO COTUÍ,
PROVINCIA SÁNCHEZ RAMÍREZ

EQUIPO DE TRABAJO:

DISEÑO ARQUITECTÓNICO
ARQ.

codia 00000

ENC. INGENIERÍA
ING. FIOR DALIZA BONIFACIO
codia 00000

ESTRUCTURAL
ING. LEOPOLDO BERROA
codia 00000

ELÉCTRICO
ING. JUAN PEREZ
codia 00000

HIDRO-SANITARIO
ING. FRANCIS ESTEVEZ
codia 00000

SELLO DE APROBACIÓN:

FECHA:

CONTENIDO:
**DETALLES DE INST.
SANITARIAS AGUA
NEGRAS**




ESCALA:

1:40

ABRIL 2026





NO. PÁGINA:

014

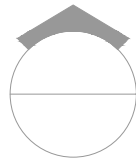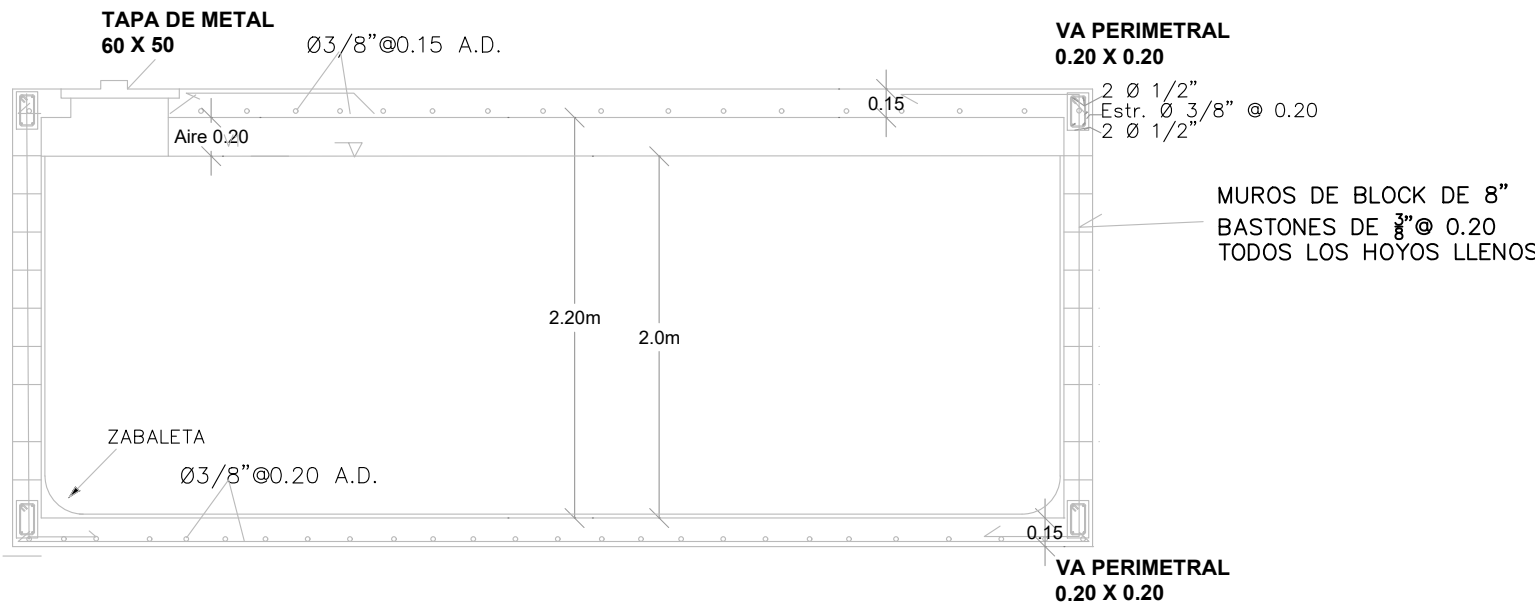
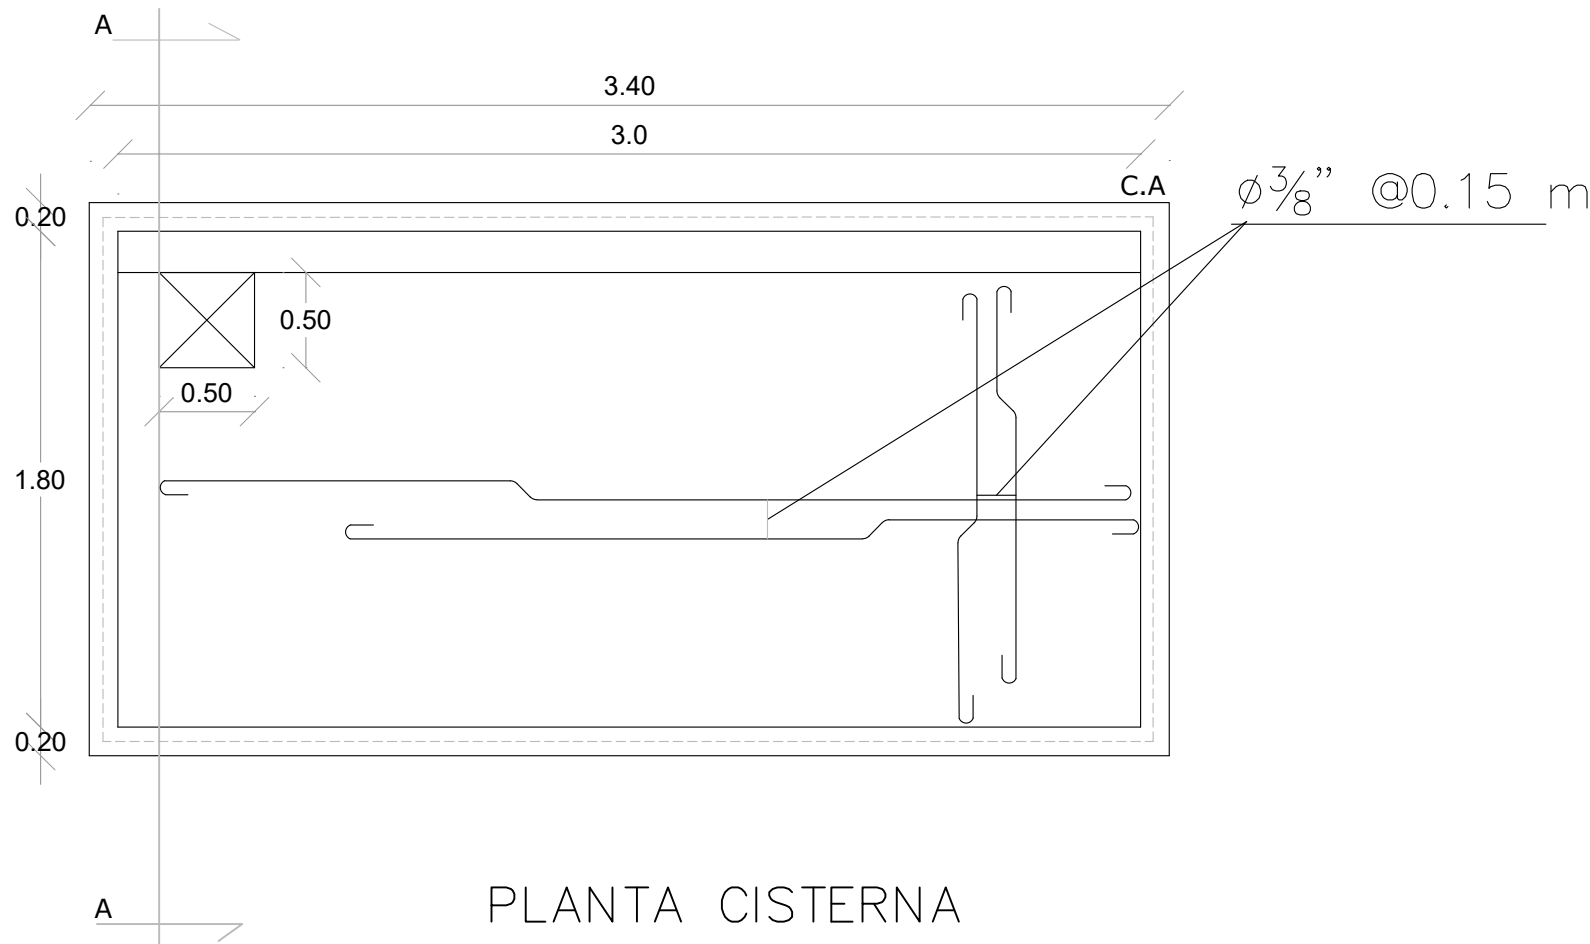


DETALLE DE CISTERNA


ESC. 1:50

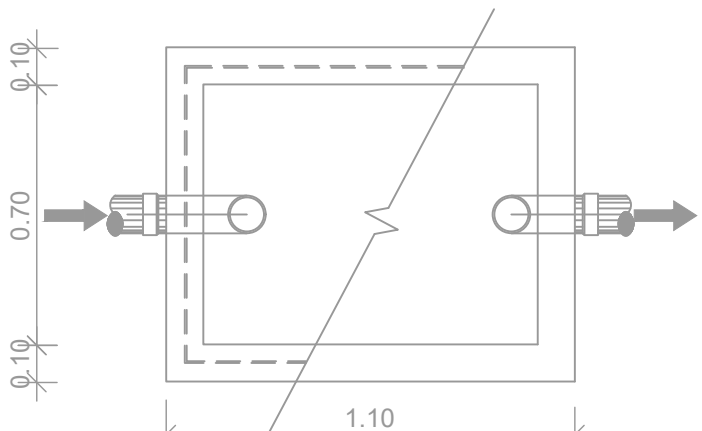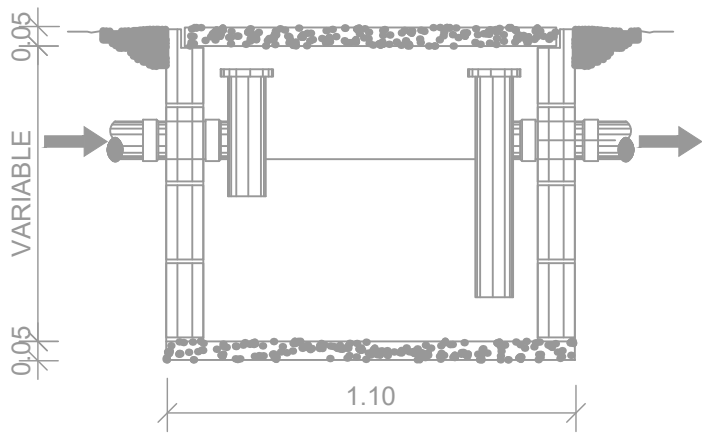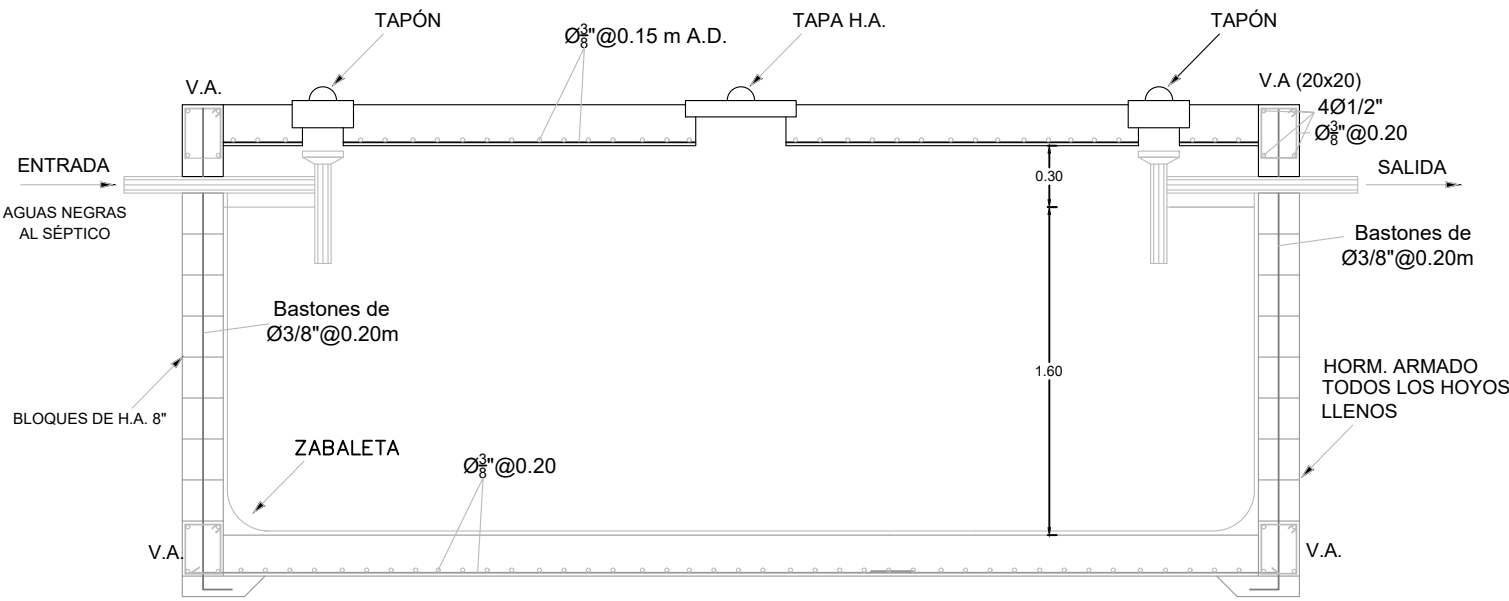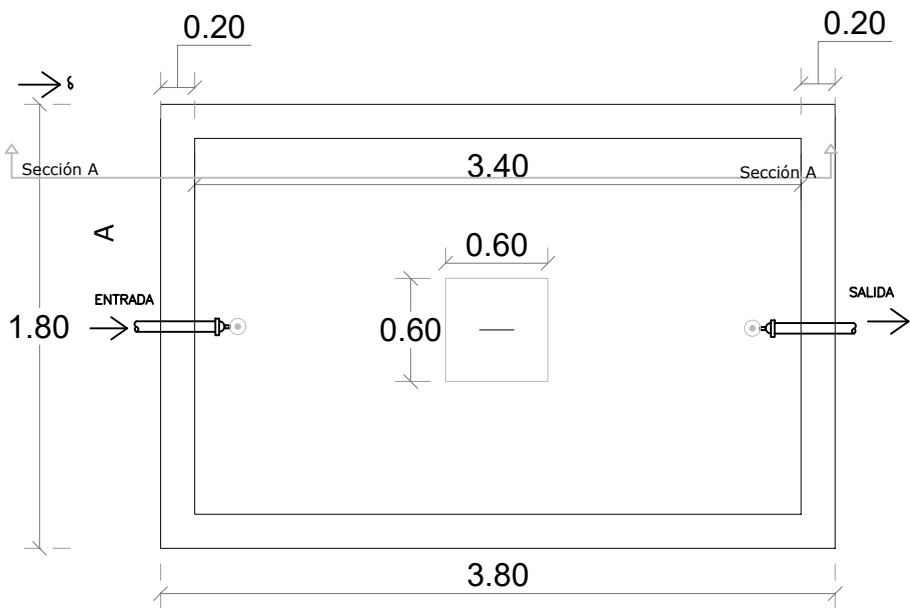




DETALLE DE REGISTRO

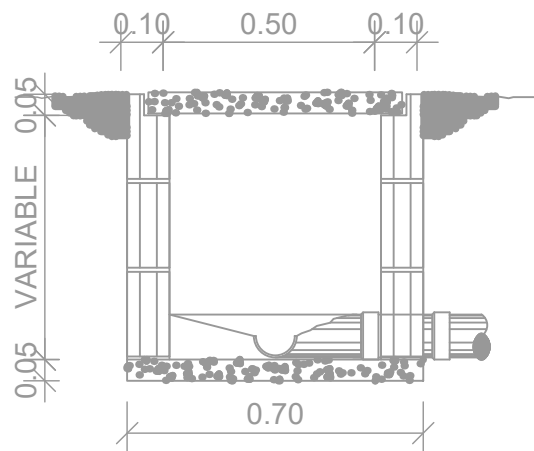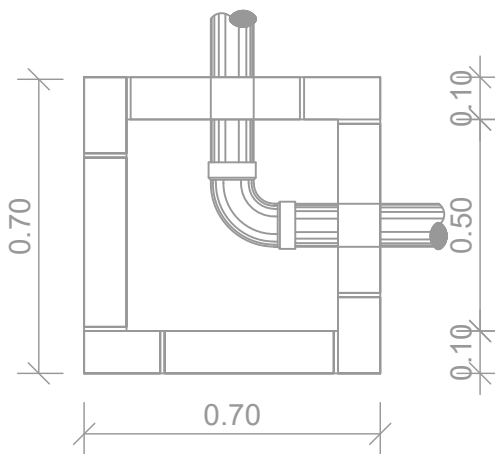

DETALLE DE TRAMPA DE GRASA

 

 PLANTA INSTALACIONES ELÉCTRICAS - PLANTA DE ILUMINACIÓN

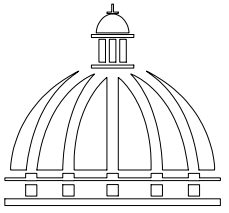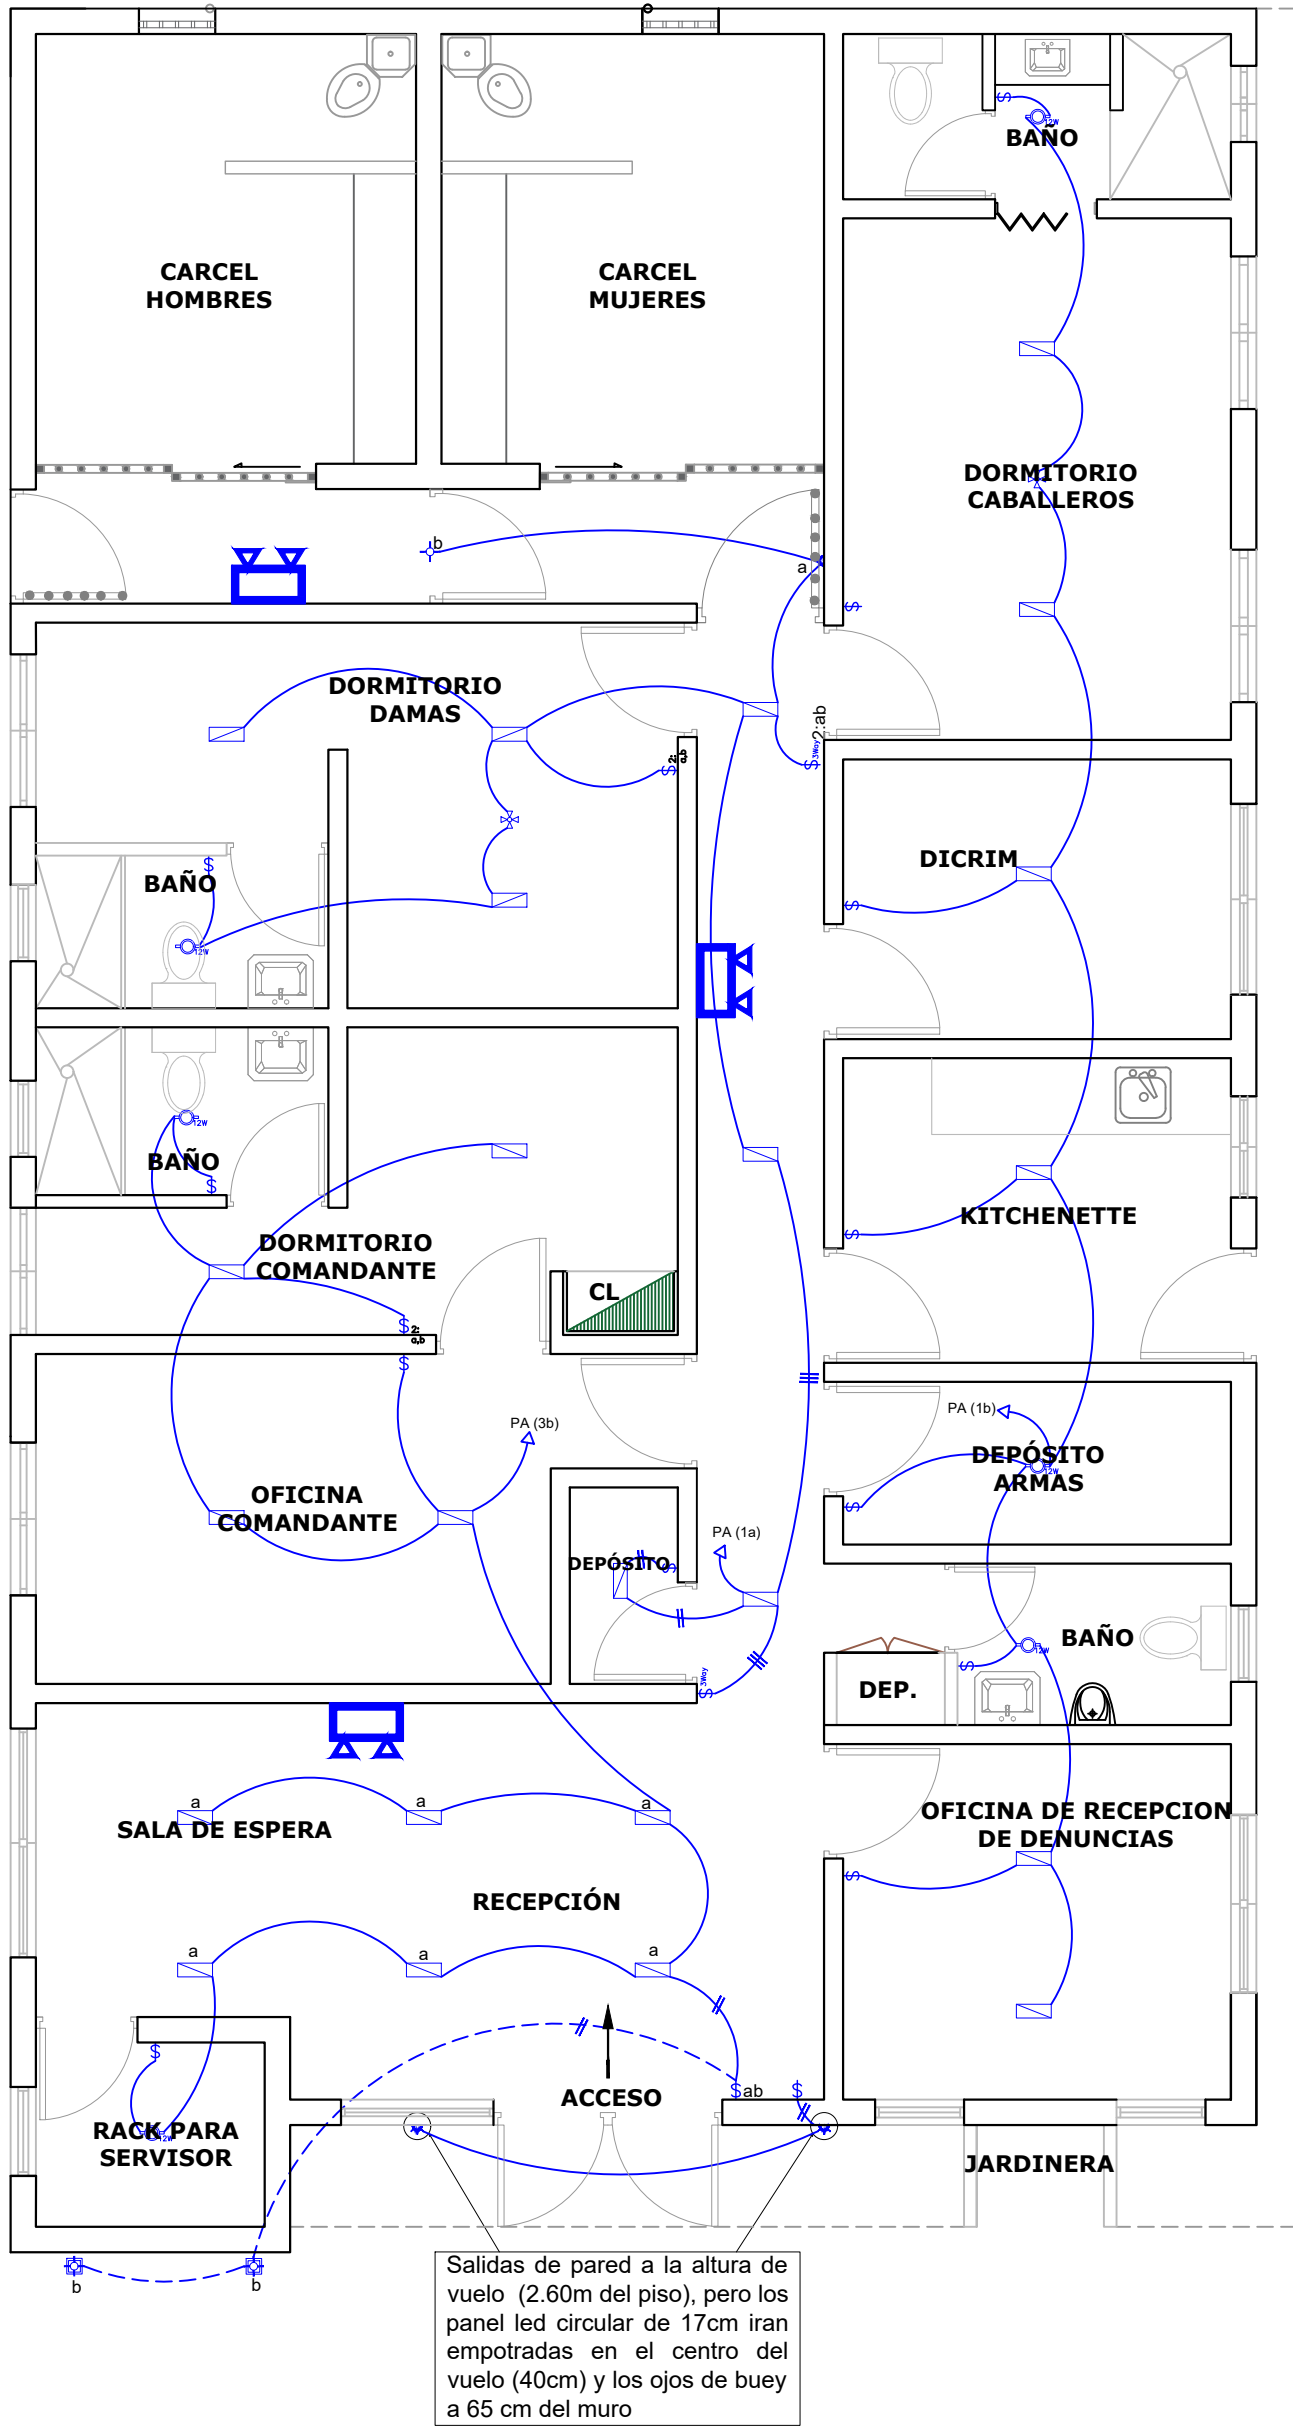

GOBIERNO DE LA
REPÚBLICA DOMINICANA

DIRECCION DE DESARROLLO PROVINCIAL (DDP)

Ave. Dr. Delgado, Esq. Moises García,
Gazcue, Sto. Dgo., R.D.
TEL.: (809)-364-2189 | FAX.: (809)- 688-1665
E-Mail: info@cpadp.gob.do

PROYECTO:
CONSTRUCCIÓN DESTACAMENTO
POLICIAL EN EL REASENTAMIENTO DE
BARRICK GOLD, MUNICIPIO COTUÍ,
PROVINCIA SÁNCHEZ RAMÍREZ

EQUIPO DE TRABAJO:

DISEÑO ARQUITECTÓNICO
ARQ.

codia 00000

ENC. INGENIERÍA
ING. FIOR DALIZA BONIFACIO
codia 00000

ESTRUCTURAL
ING. LEOPOLDO BERROA
codia 00000

ELÉCTRICO
ING. JUAN PEREZ
codia 00000

HIDRO-SANITARIO
ING. FRANCIS ESTEVEZ
codia 00000

SELLO DE APROBACIÓN:

FECHA:

CONTENIDO:

PLANTA INST. ELÉCTRICAS - PLANTA DE ILUMINACIÓN

ESCALA:

1:60




SEPTIEMBRE 026

NO. PÁGINA:

015

LEYENDA PLATA ELECTRICA	
Simbolo	Nombre
	Luces de Techo (BOMBILLO)
	Luces colgante tipo campana
	Luces Cjo de Buey LED 3W 72 x 72 x 23 mm
	Panel Circular Emp. LED 12W 17 cm
	Lampara Fluorescente 41w
	Lampara Fluorescente 2x2
	Lampara Fluorescente 2x4
	Luces de Pared
	Luces de Piso
	Interruptores sencillos 1SA, 120V
	Interruptores dobles 1SA, 120V
	Interruptores triple 1SA, 120V
	Interruptores 3 Way, 1SA, 120V
	Interruptores 4 Way, 1SA, 120V
	Interruptores Con luz piloto 1SA, 120V
	Luces en Piste
	LUCES DE ESTADIO
	Fotocelda
	Abanico de PARED
	ABANICO DE TECHO
	CONTROL DE ABANICO DE TECHO
	Toma Corriente 120V, Doble, 20A
	TOMA CORRIENTE 240V, SENCILLO, 30A
	Toma Corriente 240V, Doble, 30A
	Toma Corriente 120 de piso, Doble, 20A
	Toma Corriente 120 sobre mesa, Doble, 20A
	Toma Corriente 120 Tola a tierra, Doble, 20A
	Toma Corriente 120 DE UPS, Doble, 20A
	Toma Corriente 120 DE Waterproof, Doble, 20A
	Equipos Eléctricos
	Relatorio
	Antena de Televisión
	Data
	Panel de Distribución Eléctrico
	Registro
	Tubería Empotrada en Losa
	Tubería Empotrada en Tierra

 *NOTA: ESTOS PLANOS PUEDEN SER MODIFICADOS Y/O ADECUADOS EN CAMPO

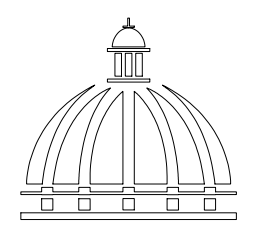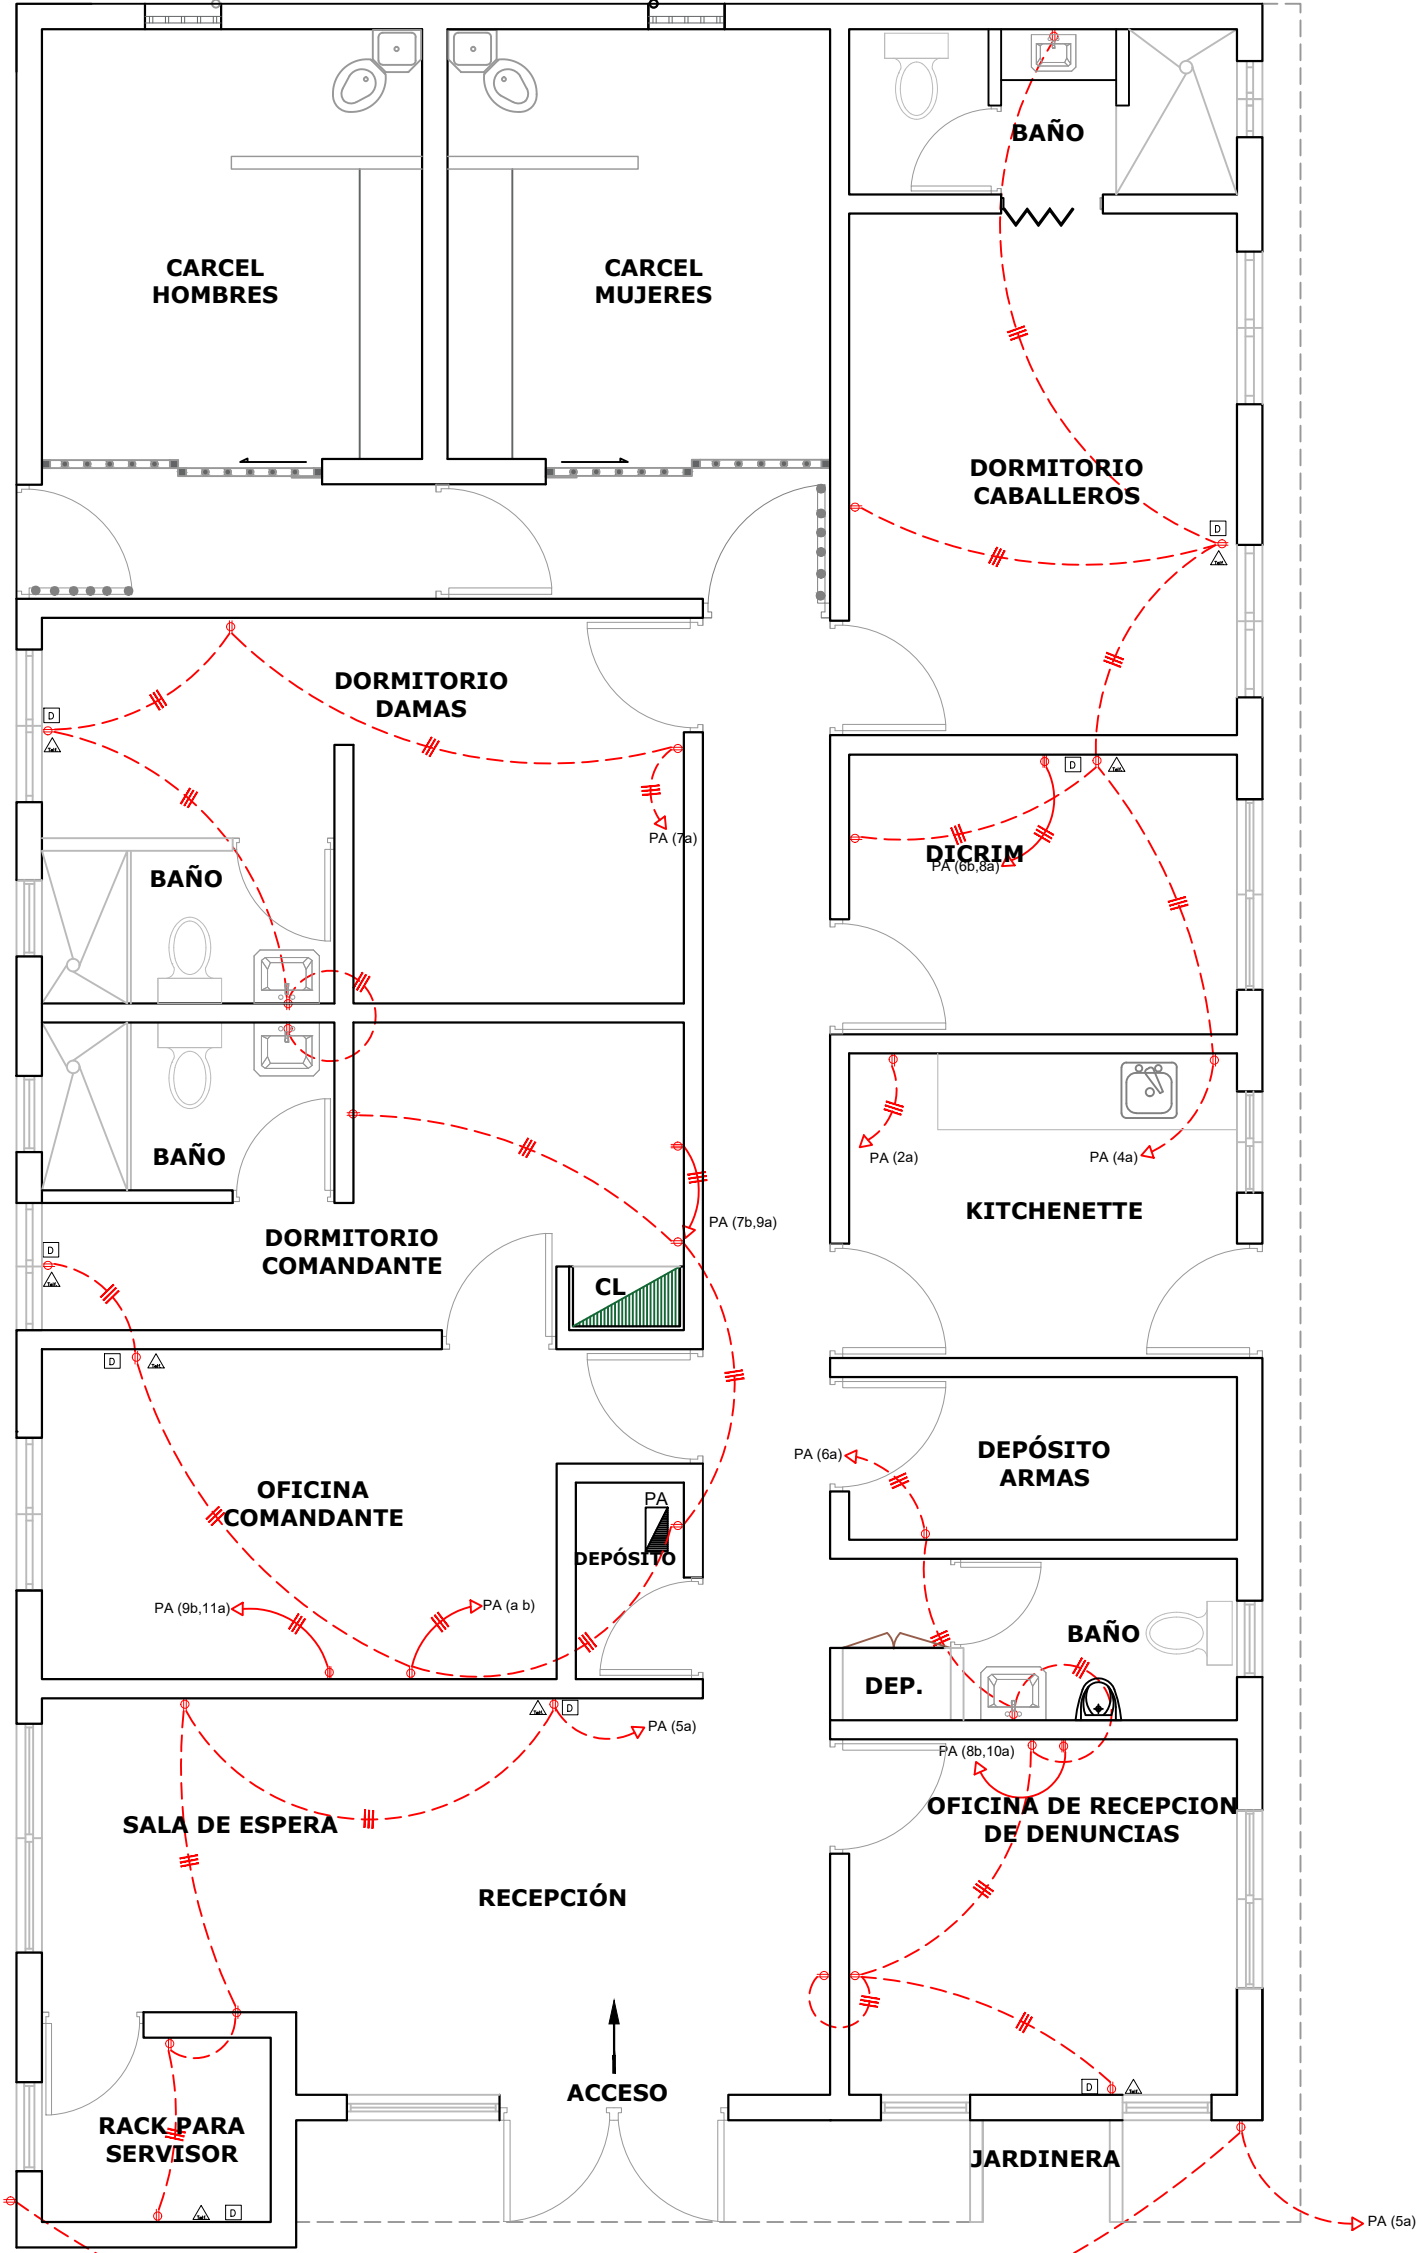

**GOBIERNO DE LA
REPÚBLICA DOMINICANA**
**DIRECCION DE DESARROLLO
PROVINCIAL
(DDP)**
Ave. Dr. Delgado, Esq. Moises García,
Gazcue, Sto. Dgo., R.D.
TEL.: (809)-364-2189 | FAX.: (809)- 688-1665
E-Mail: info@cpadp.gob.do

PROYECTO:
CONSTRUCCIÓN DESTACAMENTO
POLICIAL EN EL REASENTAMIENTO DE
BARRICK GOLD, MUNICIPIO COTUÍ,
PROVINCIA SÁNCHEZ RAMÍREZ

EQUIPO DE TRABAJO:

DISEÑO ARQUITECTÓNICO
ARQ. _____
codia 00000

ENC. INGENIERÍA
ING. FIOR DALIZA BONIFACIO
codia 00000

ESTRUCTURAL
ING. LEOPOLDO BERROA
codia 00000

ELÉCTRICO
ING. JUAN PEREZ
codia 00000

HIDRO-SANITARIO
ING. FRANCIS ESTEVEZ
codia 00000

SELLO DE APROBACIÓN:

FECHA: _____

CONTENIDO:
**PLANTA INST. ELÉCTRICAS
- PLANTA DE
TOMACORRIENTES**

ESCALA:
1:60

SEPTIEMBRE 026

NO. PÁGINA:
016

PROYECTO:
CONSTRUCCIÓN DESTACAMENTO
POLICIAL EN EL REASENTAMIENTO DE
BARRICK GOLD, MUNICIPIO COTUÍ,
PROVINCIA SÁNCHEZ RAMÍREZ

EQUIPO DE TRABAJO:

DISEÑO ARQUITECTÓNICO
ARQ. _____
codia 00000

ENC. INGENIERÍA
ING. FIOR DALIZA BONIFACIO
codia 00000

ESTRUCTURAL
ING. LEOPOLDO BERROA
codia 00000

ELÉCTRICO
ING. JUAN PEREZ
codia 00000

HIDRO-SANITARIO
ING. FRANCIS ESTEVEZ
codia 00000

SELLO DE APROBACIÓN:

FECHA: _____

CONTENIDO:

**DETALLES
ELÉCTRICOS**

ESCALA:

1:25

SEPTIEMBRE 026

NO. PÁGINA:

017

PANEL: PA

LUGAR: COCINA

FASE: 2

4 CONDUCTORES

SIMILAR: GE CAT: THQC

INTERRUPTOR PRINCIPAL 60/2 AMP THQAL TIPO

24 ESPACIOS:

TENSIÓN: 120/240 VAC

BARRAS: 75 AMP



KVA	DESCRIPCIÓN	DUCT.	CAL	BKR	NO.	A	B	NO.	BKR	CAL	DUCT.	DESCRIPCIÓN	KVA
0.70	ILUMINACION	<u>1/2</u> "	<u>2#12</u>	<u>20</u>	1	A		A	<u>20</u>	<u>2#12</u>	<u>1/2</u> "	ILUMINACION	0.60
0.60	ILUMINACION	<u>1/2</u> "	<u>2#12</u>	<u>20</u>		B		B	<u>20</u>	<u>2#12</u> <u>1#12</u>	<u>1/2</u> "	T. CORRIENTE 240V	0.75
1.50	T. CORRIENTE 240V	<u>3/4</u> "	<u>2#10</u> <u>1#10</u>	<u>30</u>	3	A		A	<u>20</u>	<u>2#12</u> <u>1#12</u>	<u>1/2</u> "	↓ ↓	0.60
1.50	↓ ↓	<u>3/4</u> "	<u>2#10</u> <u>1#10</u>	<u>20</u>		B		B	<u>40</u>	<u>2#8</u> <u>1#8</u>	<u>3/4</u> "	PANEL B	2.93
0.90	LUCES EXTERIOR	<u>3/4</u> "	<u>2#10</u> <u>1#12</u>	<u>20</u>	5	A		A	<u>40</u>	<u>2#8</u> <u>1#8</u>	<u>3/4</u> "	↓ ↓	2.93
0.90	LUCES EXTERIOR	<u>3/4</u> "	<u>2#10</u> <u>1#12</u>	<u>20</u>		B		B				DISPONIBLE	
	DISPONIBLE				7	A		A				DISPONIBLE	
	DISPONIBLE					B		B				DISPONIBLE	
	DISPONIBLE				9	A		A				DISPONIBLE	
	DISPONIBLE					B		B				DISPONIBLE	
	DISPONIBLE				11	A		A				DISPONIBLE	
	DISPONIBLE					B		B				DISPONIBLE	

CARGA CONECTADA: 13.91 KVA
ILUMINACIÓN: 3.70 KVA
TOMACORRIENTE: 4.35 KVA
OTROS: 5.86 KVA
FASE A: 7.23 KVA
FASE B: 6.68 KVA

DEMANDA MAXIMA: 13.91 KVA
CARGA DE DISEÑO: 9.74 KVA
CORRIENTE DE DISEÑO: 40.58 AMP
FACTOR DE DEMANDA: 70 %
CARGA RESERVA: 4.17 KVA
NEUTRO: 40.58AMP

ALIMENTADOR:
2 THW CAL. NO. 6
1 THW CAL. NO. 8
1 THW CAL. NO. 8
DUCTO DIAM: 1 " TIPO: PVC

PUNTO DE INTERCONEXION

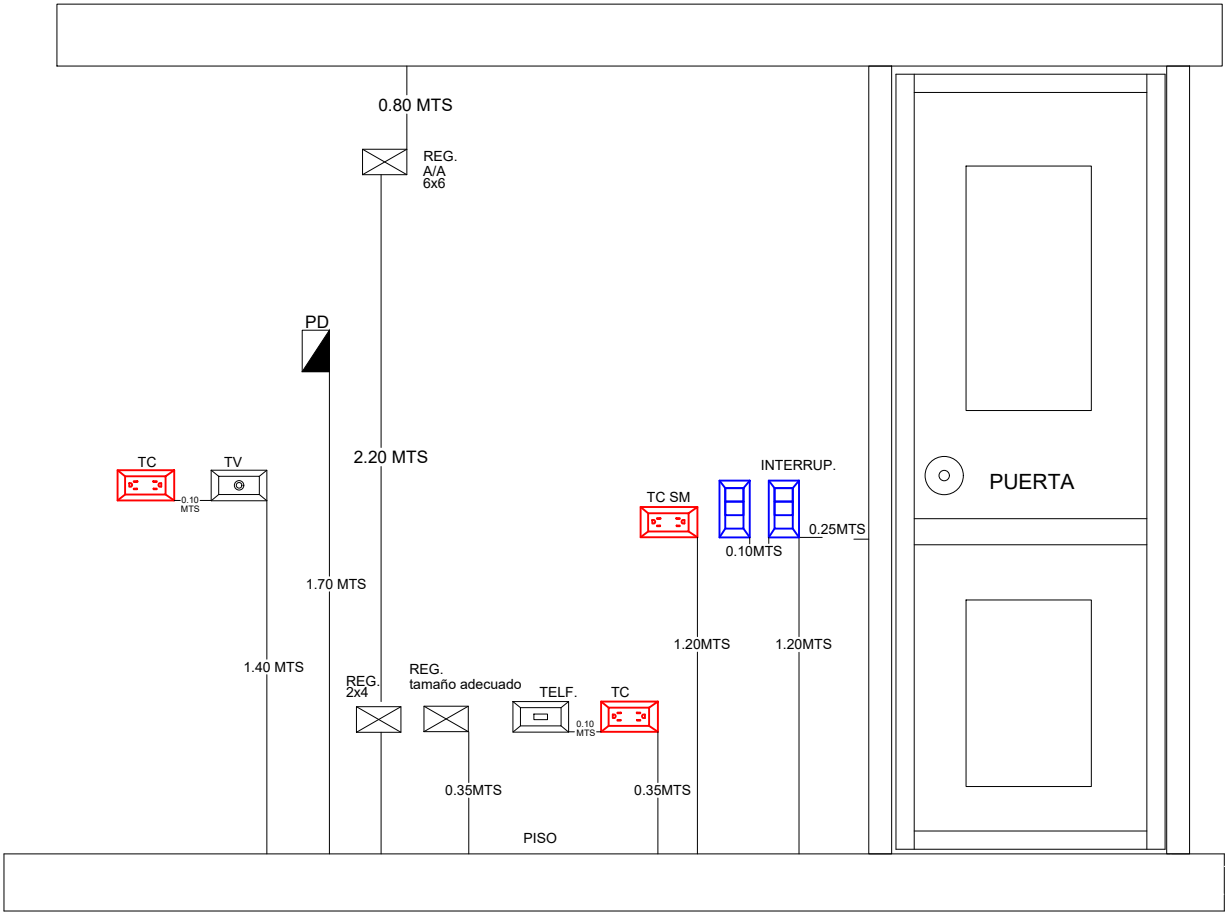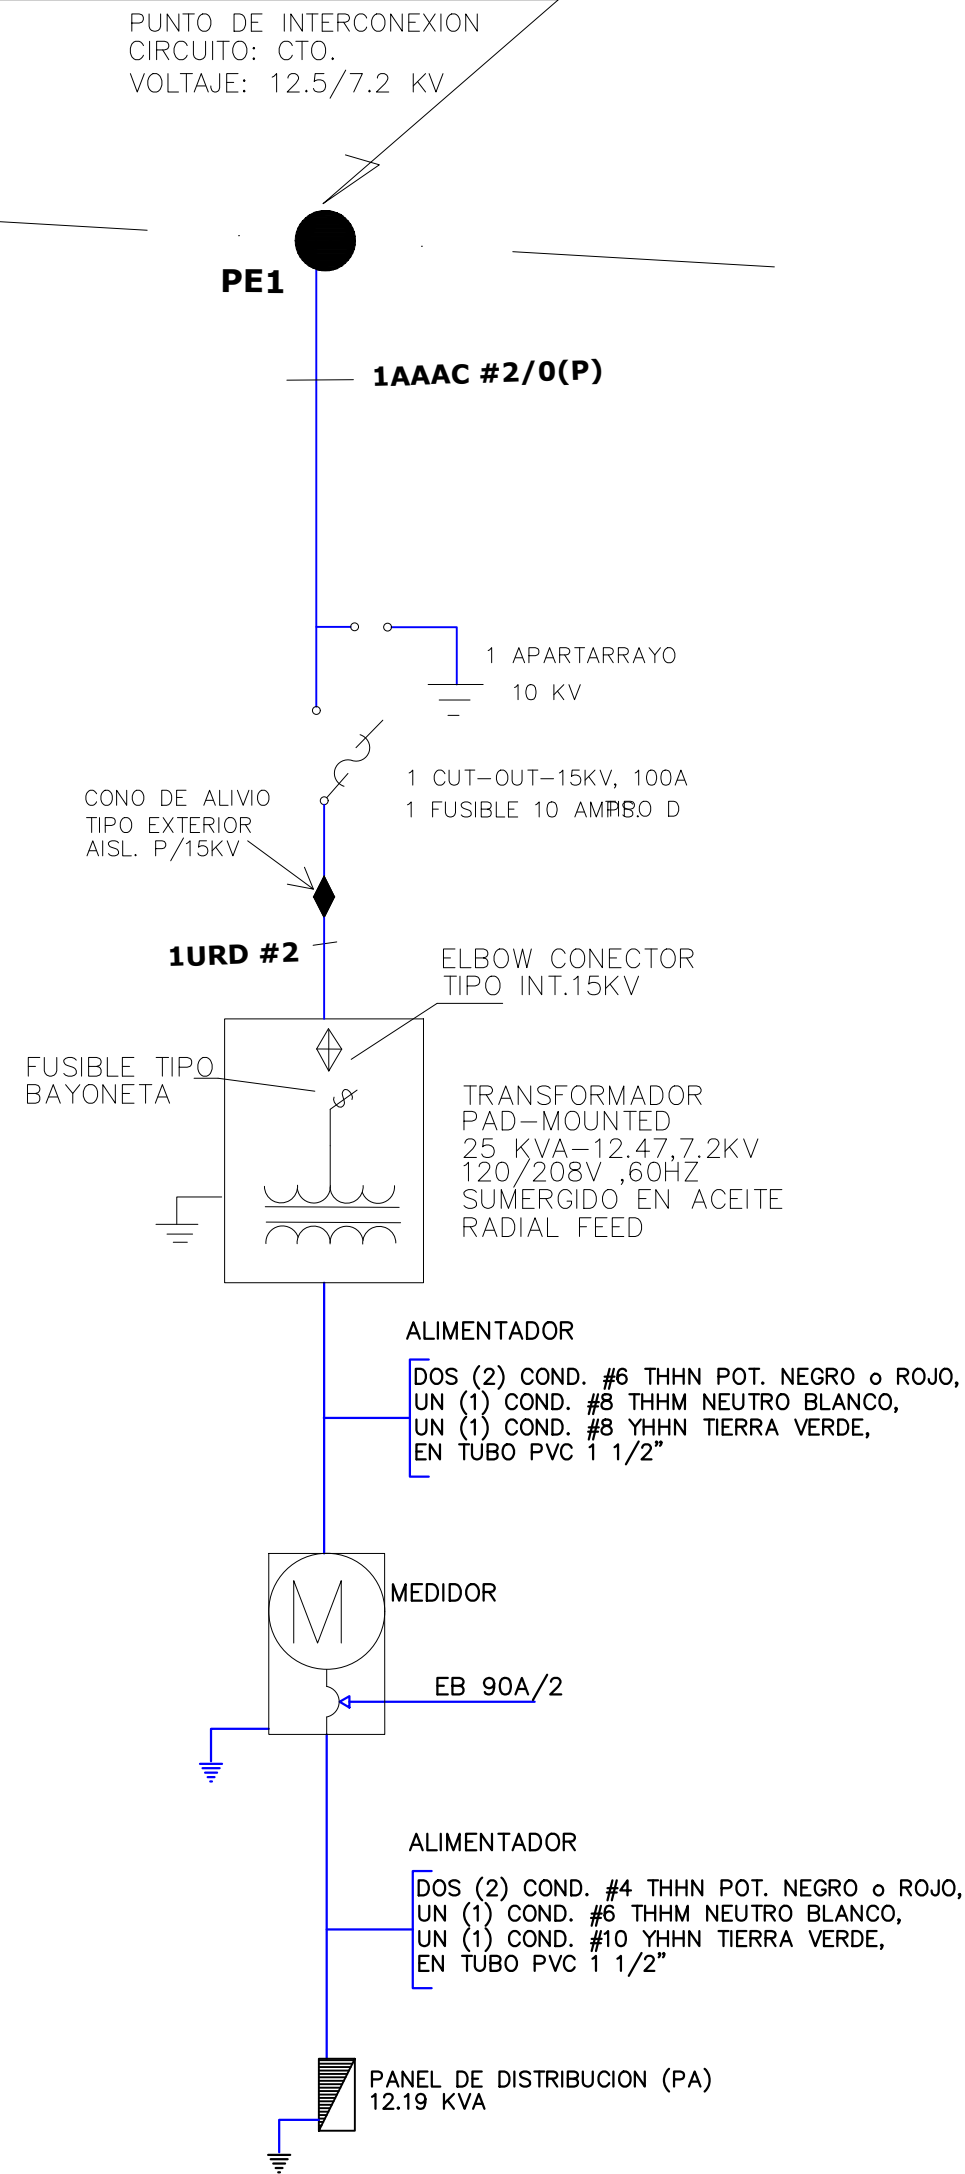


CALCULO DE TRANSFORMADOR

PANEL	CARGA	KVA
PA	13.91	KVA

Factor de demanda 70%
 $13.91 \times 0.70 = 9.34 \text{ KVA}$

TOTAL = 9.34 KVA

Transformador tipo mounted **25 KVA, 7200V**,
Primario, 120/240V, secundario, sumergido
En Aceite.

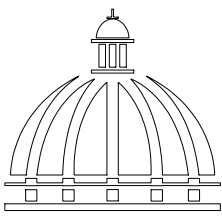

GOBIERNO DE LA
REPÚBLICA DOMINICANA

DIRECCION DE DESARROLLO
PROVINCIAL
(DDP)

Ave. Dr. Delgado, Esq. Moises García,
Gazcue, Sto. Dgo., R.D.
TEL.: (809)-364-2189 | FAX.: (809)- 688-1665
E-Mail: info@cpadp.gob.do

PROYECTO:
CONSTRUCCIÓN DESTACAMENTO
POLICIAL EN EL REASENTAMIENTO DE
BARRICK GOLD, MUNICIPIO COTUÍ,
PROVINCIA SÁNCHEZ RAMÍREZ

EQUIPO DE TRABAJO:

DISEÑO ARQUITECTÓNICO
ARQ.

codia 00000

ENC. INGENIERÍA
ING. FIOR DALIZA BONIFACIO
codia 00000

ESTRUCTURAL
ING. LEOPOLDO BERROA
codia 00000

ELÉCTRICO
ING. JUAN PEREZ
codia 00000

HIDRO-SANITARIO
ING. FRANCIS ESTEVEZ
codia 00000

SELLO DE APROBACIÓN:

FECHA:

CONTENIDO:

DETALLES
ELÉCTRICOS


ESCALA:

1:25

SEPTIEMBRE 026

NO. PÁGINA:

018

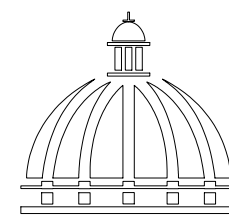

GOBIERNO DE LA
REPÚBLICA DOMINICANA

DIRECCION DE DESARROLLO
PROVINCIAL
(DDP)

Ave. Dr. Delgado, Esq. Moises García,
Gazcue, Sto. Dgo., R.D.
TEL.: (809)-364-2189 | FAX.: (809)- 688-1665
E-Mail: info@cpadp.gob.do

PROYECTO:
CONSTRUCCIÓN DESTACAMENTO
POLICIAL EN EL REASENTAMIENTO DE
BARRICK GOLD, MUNICIPIO COTUÍ,
PROVINCIA SÁNCHEZ RAMÍREZ

EQUIPO DE TRABAJO:

DISEÑO ARQUITECTÓNICO
ARQ.

codia 00000

ENC. INGENIERÍA
ING. FIOR DALIZA BONIFACIO
codia 00000

ESTRUCTURAL
ING. LEOPOLDO BERROA
codia 00000

ELÉCTRICO
ING. JUAN PEREZ
codia 00000

HIDRO-SANITARIO
ING. FRANCIS ESTEVEZ
codia 00000

SELLO DE APROBACIÓN:

FECHA:

CONTENIDO:

DETALLE DE
CÁRCEL


ESCALA:




1:25

SEPTIEMBRE 026

NO. PÁGINA:

019

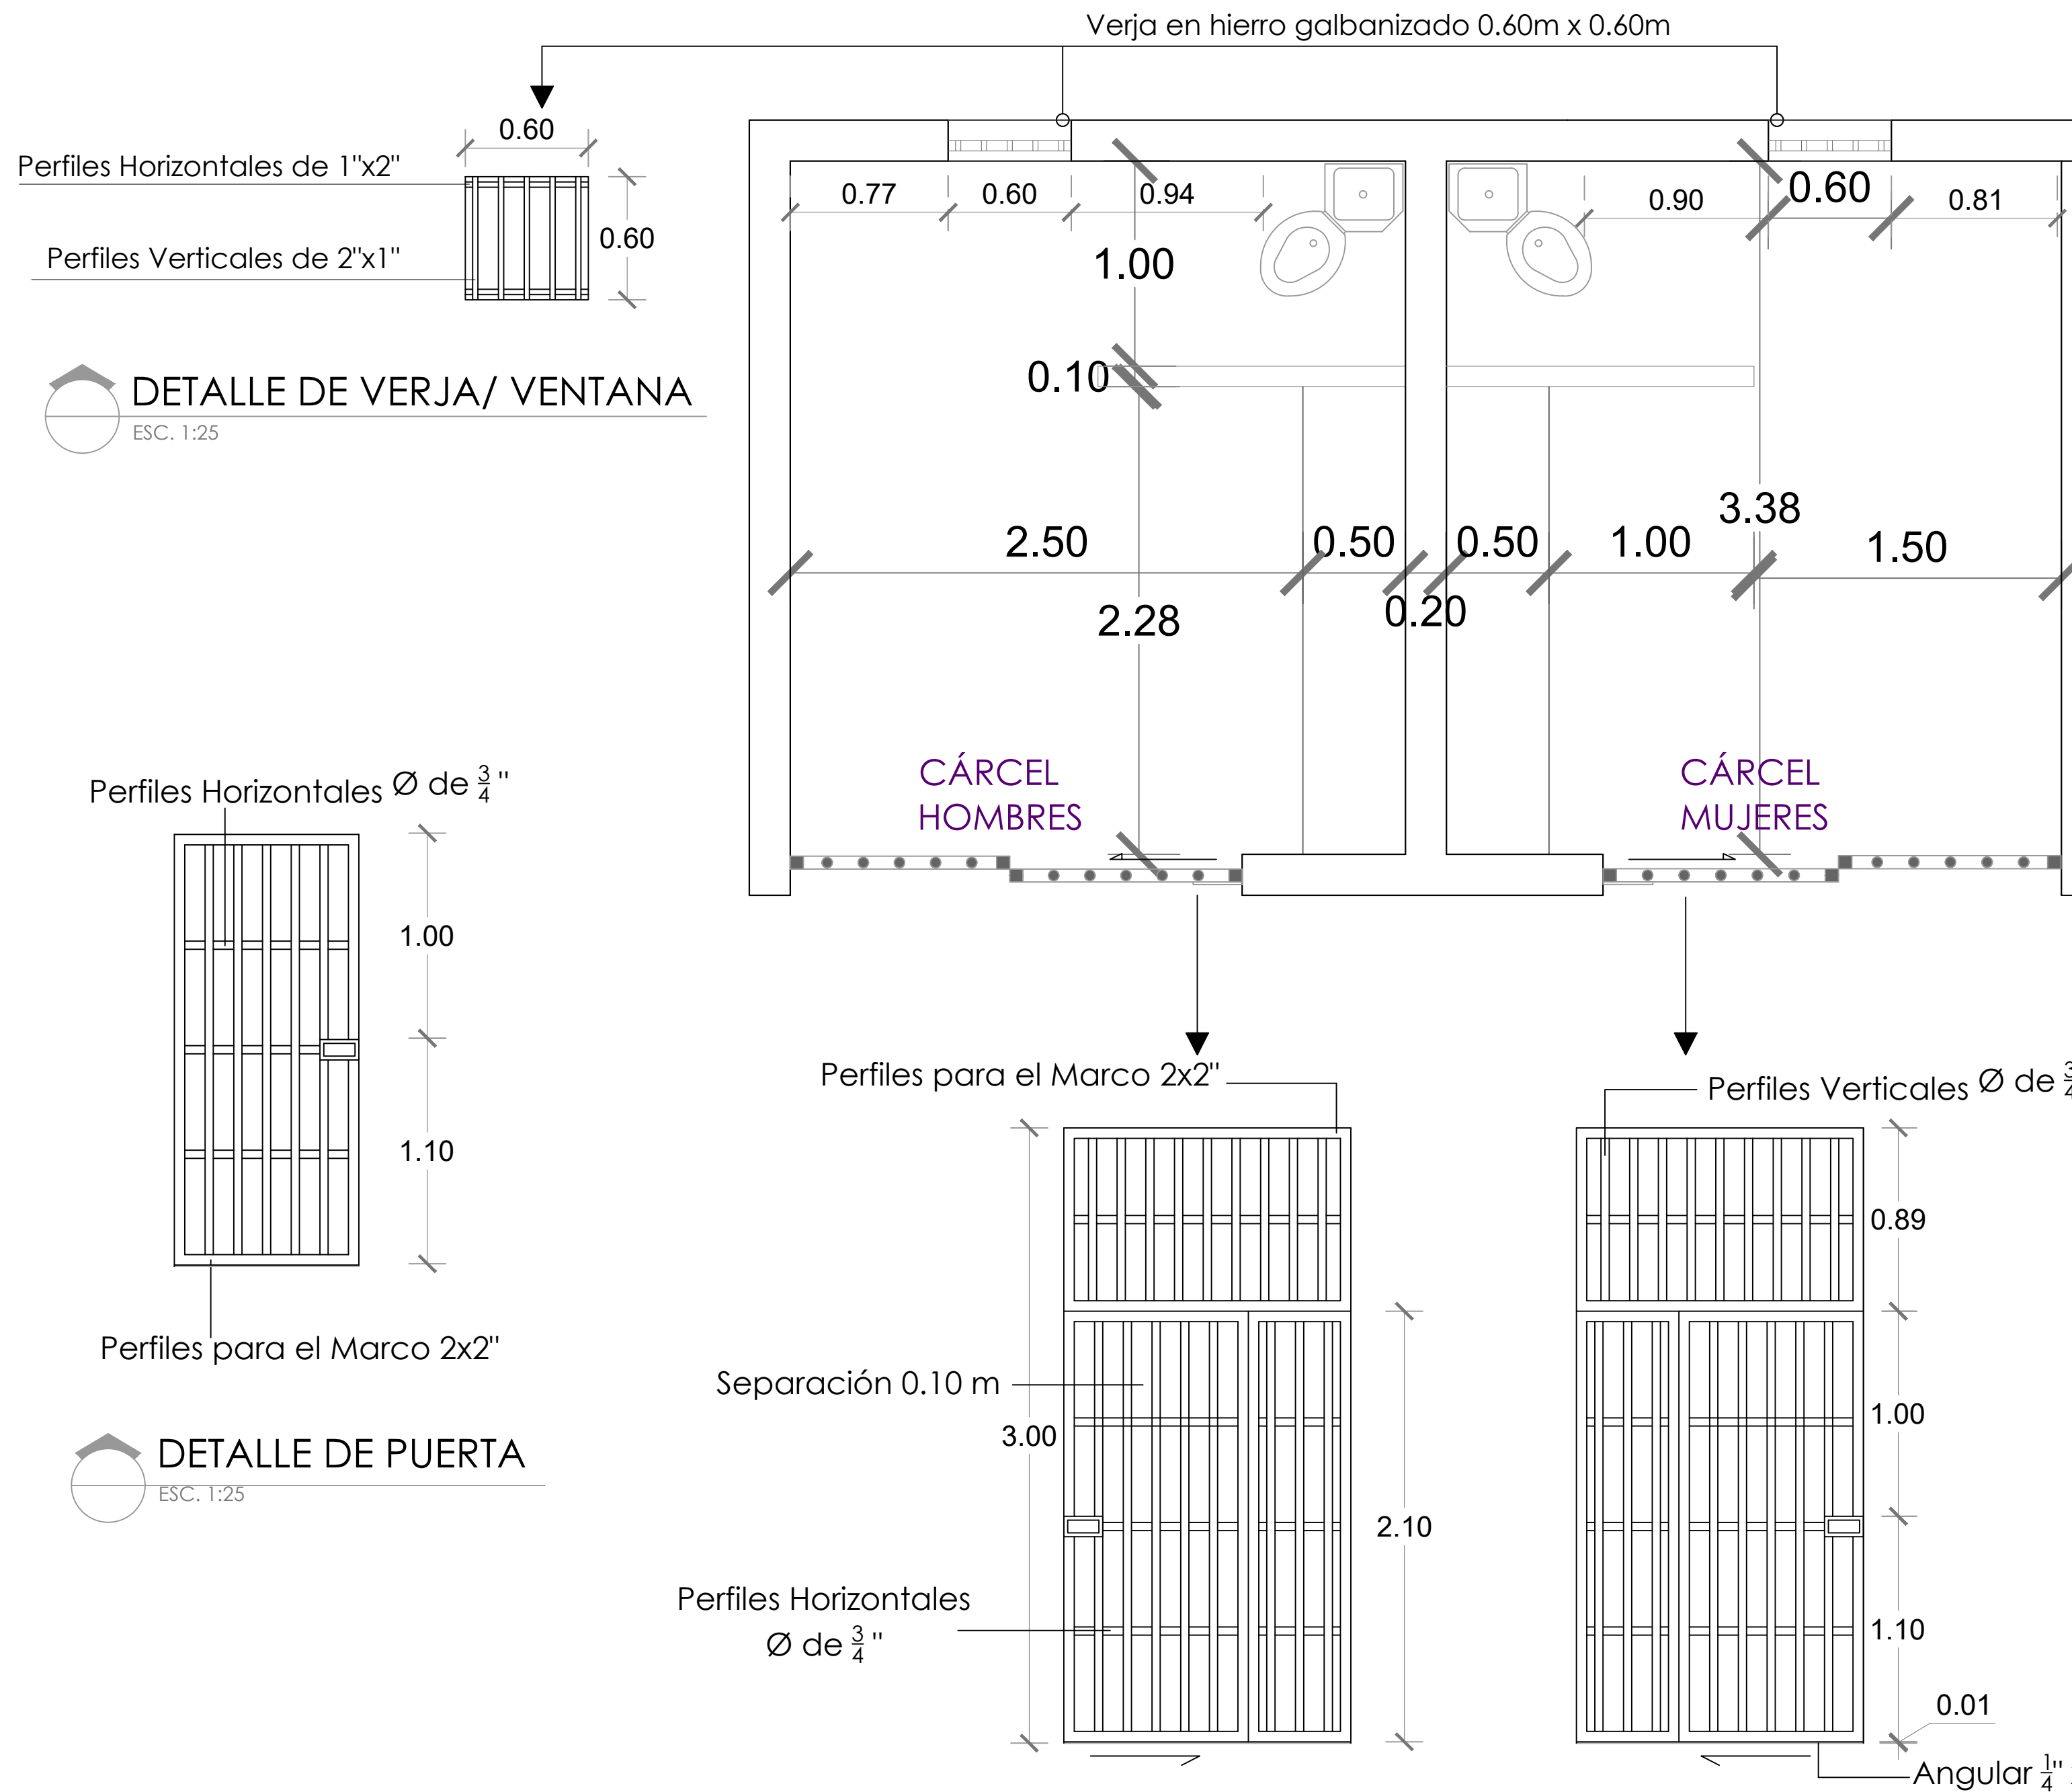

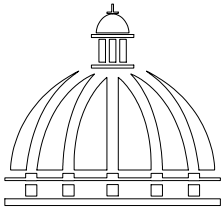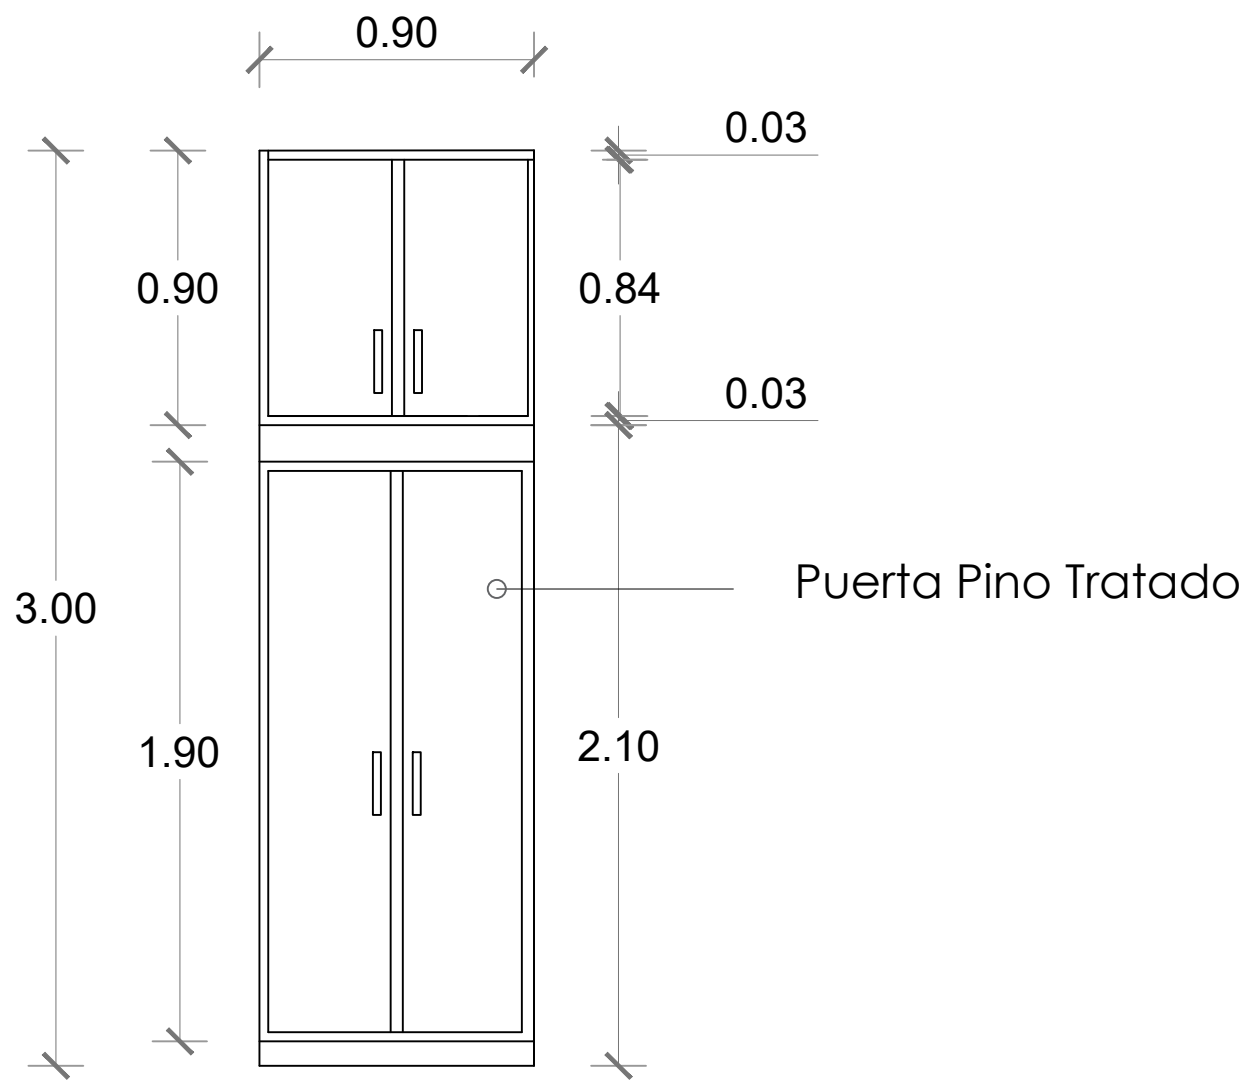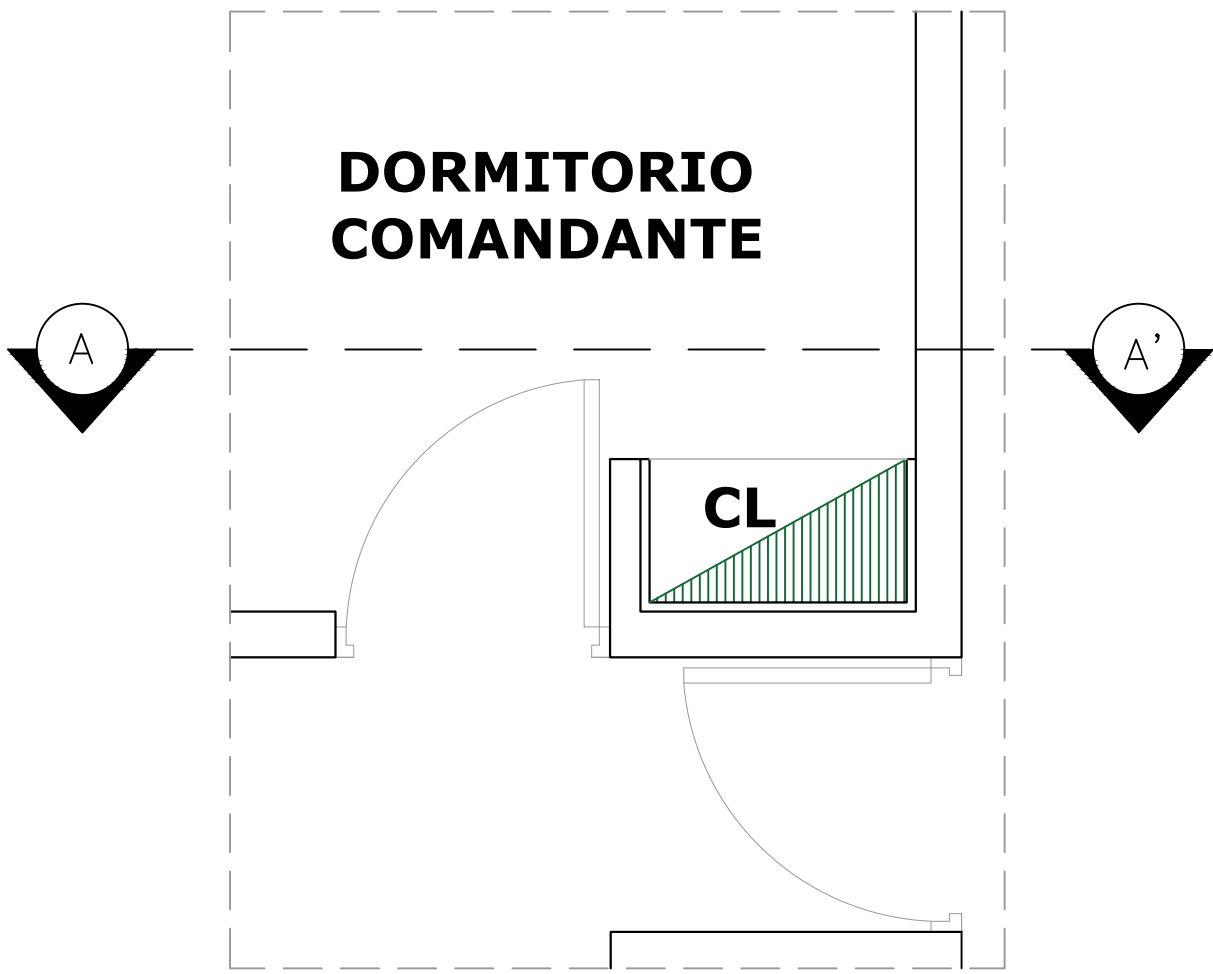

**GOBIERNO DE LA
REPÚBLICA DOMINICANA**

**DIRECCION DE DESARROLLO
PROVINCIAL
(DDP)**

Ave. Dr. Delgado, Esq. Moises García,
Gazcue, Sto. Dgo., R.D.
TEL.: (809)-364-2189 | FAX.: (809)- 688-1665
E-Mail: info@cpadp.gob.do

PROYECTO:
CONSTRUCCIÓN DESTACAMENTO
POLICIAL EN EL REASENTAMIENTO DE
BARRICK GOLD, MUNICIPIO COTUÍ,
PROVINCIA SÁNCHEZ RAMÍREZ

EQUIPO DE TRABAJO:

DISEÑO ARQUITECTÓNICO
ARQ.
codia 00000

ENC. INGENIERÍA
ING. FIOR DALIZA BONIFACIO
codia 00000

ESTRUCTURAL
ING. LEOPOLDO BERROA
codia 00000

ELÉCTRICO
ING. JUAN PEREZ
codia 00000

HIDRO-SANITARIO
ING. FRANCIS ESTEVEZ
codia 00000

SELLO DE APROBACIÓN:

FECHA:

CONTENIDO:

**DETALLE DE
CLOSET**



ESCALA:

1:25



SEPTIEMBRE 026

NO. PÁGINA:

020

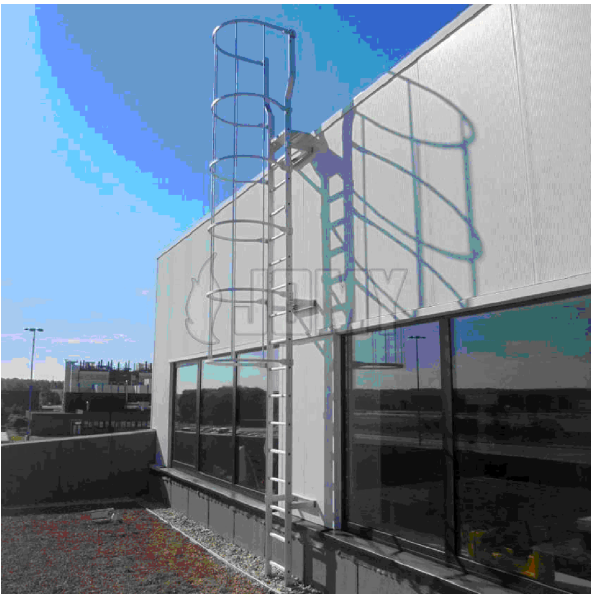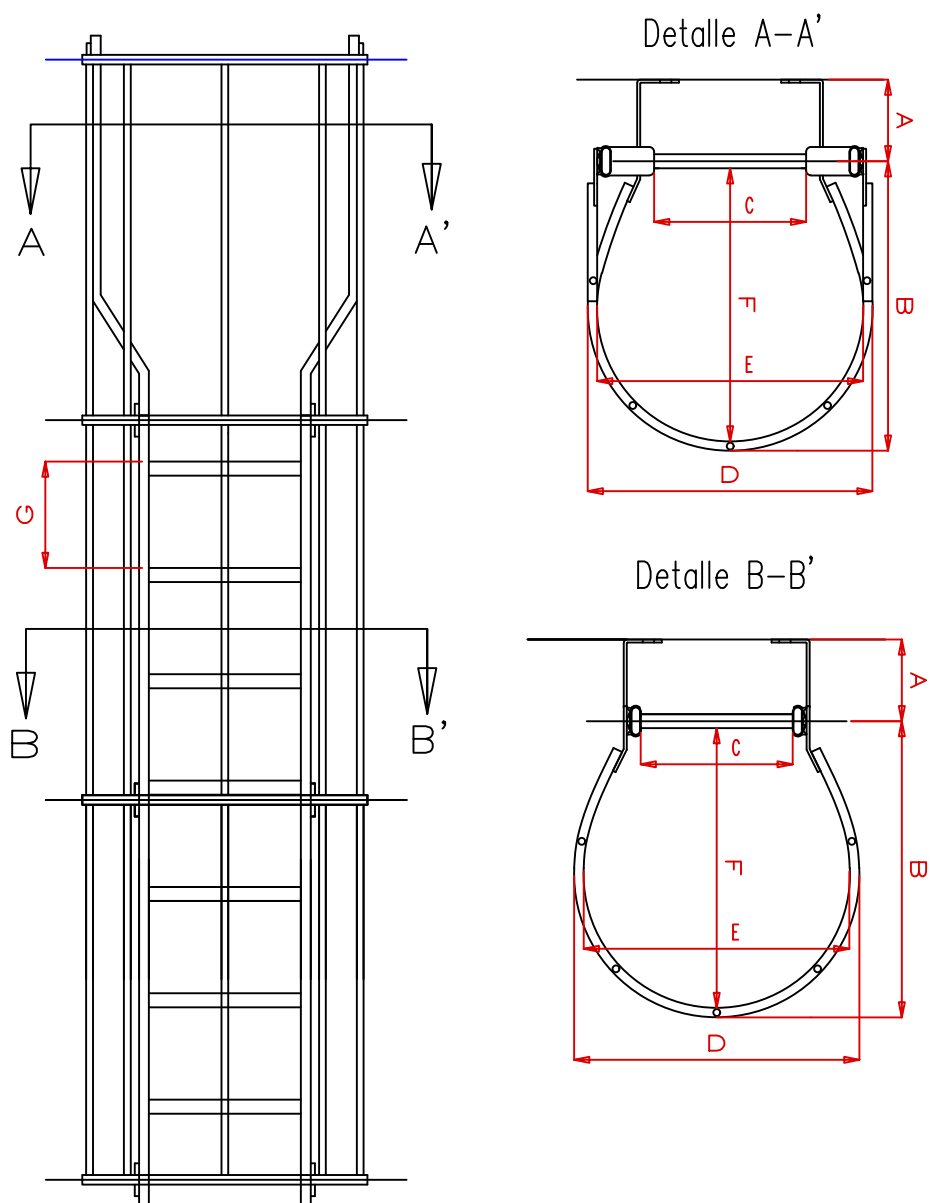

Dimensiones		
A	De acuerdo a la distancia entre la escalera y el edificio	
B	780mm	2' 6 3/4"
C	400mm	16"
D	751mm	2' 5 9/16"
E	700mm	2' 3 9/16"
F	737mm	2' 5"
G	280mm	11"

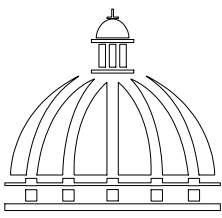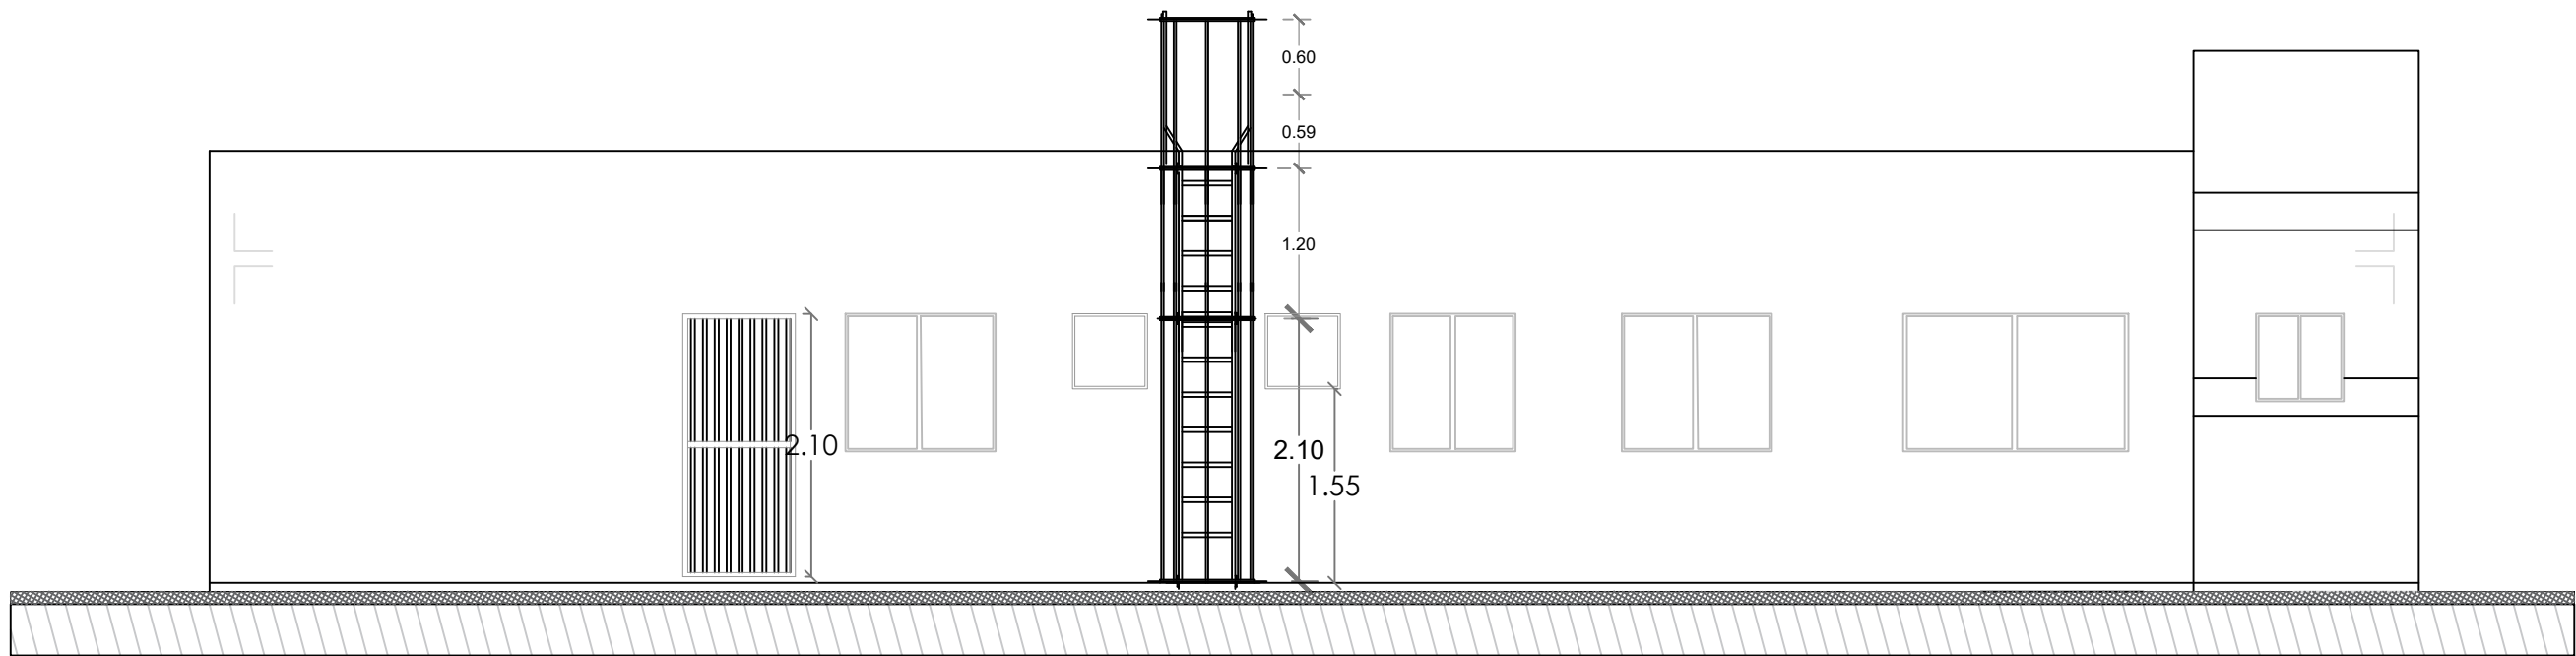

**GOBIERNO DE LA
REPÚBLICA DOMINICANA**

**DIRECCION DE DESARROLLO
PROVINCIAL
(DDP)**

Ave. Dr. Delgado, Esq. Moises García,
Gazcue, Sto. Dgo., R.D.
TEL.: (809)-364-2189 | FAX.: (809)- 688-1665
E-Mail: info@cpadp.gob.do

PROYECTO:
CONSTRUCCIÓN DESTACAMENTO
POLICIAL EN EL REASENTAMIENTO DE
BARRICK GOLD, MUNICIPIO COTUÍ,
PROVINCIA SÁNCHEZ RAMÍREZ

EQUIPO DE TRABAJO:

DISEÑO ARQUITECTÓNICO
ARQ.

codia 00000

ENC. INGENIERÍA
ING. FIOR DALIZA BONIFACIO
codia 00000

ESTRUCTURAL
ING. LEOPOLDO BERROA
codia 00000

ELÉCTRICO
ING. JUAN PEREZ
codia 00000

HIDRO-SANITARIO
ING. FRANCIS ESTEVEZ
codia 00000

SELLO DE APROBACIÓN:

FECHA:

CONTENIDO:

DETALLE DE ESCALERA

ESCALA:

1:60

SEPTIEMBRE 026

NO. PÁGINA:

021

DETALLE MURO PERIMETRAL

Detalle A
(Ver en 3D, izquierda y centro)

4.00 4.00 4.00 4.00

0 1 2 3 4 5 6 7 8 9 10

ELEVACION FRONTAL
ESC.: N/A

ASIMÉTRICA
ESC.: N/A

PLANTA FUNDACIONES
ESC.: N/A

NOTAS ESTRUCTURALES

DETALLES ZAPATAS AISLADAS DE COLUMNAS DE AMARRES																						
Caso a : Columnas de amarre aisladas. Zapata Z-1 : [Pfi: 0.90 m (min.)]	Caso b : Columnas de amarre en juntas de expansiones (1). Zapata Z-2 : [Pfi: 0.90 m (min.)]	1) MAESTRÍA 1.1) Resistencia nominal a compresion blocks: $f'c = 60 \text{ Kg/cm}^2$. 1.2) Resistencia nominal a compresion del mortero a usar en las juntas de los blocks: $f'c = 80 \text{ kg/cm}^2$ [1-3] 1.3) Resistencia a compresión hormigón a usar en los huecos de los blocks con varillas: $f'c = 110 \text{ kg/cm}^2$																				
4.6) Brackets extendidos para la armadura principal : ganchos en barras longitudinales :	ganchos en estribos :	2) HORMIGÓN 2.1) El hormigón a usar tendrá una resistencia a la compresión a los 28 días: a)- $f'c = 210 \text{ Kg/cm}^2$ 2.2) Cemento. Se utilizará Cemento Portland Tipo I. No podrá usarse cemento que lleve más de 45 días de almacenamiento o que, por cualquier circunstancia, presente las características propias de haber iniciado el fraguado. 2.3) Agregados. El tamaño máximo del agregado grueso será de 3/4". El almacenamiento y manejo de los agregados se hará de forma tal que se evite la segregación, así como su contaminación con tierra o con materiales extraños. 2.4) Agua. Toda el agua que se utilice para el lavado de los agregados, preparación de las mezclas o curado del hormigón, será limpia y libre de aceites, sales, álcalis, ácidos, materia orgánica, sedimentos o cualquier sustancia que pueda disminuir la calidad, resistencia o durabilidad del hormigón o del acero de refuerzo.																				
longitud de estripe en barras corrugadas :	ganchos en ganchos :	3) ACERO DE REFUERZO 3.1) Todo el acero a usar tendrá un esfuerzo último a la fluencia de: a) Fy= 4200 Kg/cm² (GR40 60) : todos los elementos estructurales. 3.2) Recubrimientos a usar en elementos estructurales: <table border="1"> <thead> <tr> <th>ELEMENTO</th> <th>RECUBRIMIENTO (m)</th> </tr> </thead> <tbody> <tr> <td>Zapata</td> <td>0.075</td> </tr> <tr> <td>Columnas, vigas</td> <td>0.04</td> </tr> <tr> <td>Acero principal,</td> <td></td> </tr> <tr> <td>Estribos</td> <td>0.04</td> </tr> </tbody> </table> 3.3) Longitud de empalme mínima de barras corrugadas: <table border="1"> <thead> <tr> <th>DIAMETRO (pulg.)</th> <th>LONGITUD (cm.)</th> </tr> </thead> <tbody> <tr> <td>3/4</td> <td>90</td> </tr> <tr> <td>3/8</td> <td>40</td> </tr> <tr> <td>1</td> <td>120</td> </tr> <tr> <td>1/2</td> <td>60</td> </tr> </tbody> </table>	ELEMENTO	RECUBRIMIENTO (m)	Zapata	0.075	Columnas, vigas	0.04	Acero principal,		Estribos	0.04	DIAMETRO (pulg.)	LONGITUD (cm.)	3/4	90	3/8	40	1	120	1/2	60
ELEMENTO	RECUBRIMIENTO (m)																					
Zapata	0.075																					
Columnas, vigas	0.04																					
Acero principal,																						
Estribos	0.04																					
DIAMETRO (pulg.)	LONGITUD (cm.)																					
3/4	90																					
3/8	40																					
1	120																					
1/2	60																					

The image contains several technical drawings of reinforcement details for concrete walls and columns:

- Top Left:** A cross-section of a wall showing reinforcement bars. Dimensions include a total height of 1.75m, a base width of 0.45m, and a base reinforcement length of 0.55m. Labels include "Reinforced concrete", "Reinforcement", and "Reinforcement".
- Top Middle:** A plan view of a wall section showing reinforcement bars. Dimensions include a total width of 1.00m, a base width of 0.45m, and a base reinforcement length of 0.55m. Labels include "Reinforced concrete", "Reinforcement", and "Reinforcement".
- Top Right:** A cross-section of a wall showing reinforcement bars. Dimensions include a total height of 1.75m, a base width of 0.45m, and a base reinforcement length of 0.55m. Labels include "Reinforced concrete", "Reinforcement", and "Reinforcement".
- Bottom Left:** A cross-section of a wall showing reinforcement bars. Dimensions include a total height of 1.75m, a base width of 0.45m, and a base reinforcement length of 0.55m. Labels include "Reinforced concrete", "Reinforcement", and "Reinforcement".
- Bottom Middle:** A plan view of a wall section showing reinforcement bars. Dimensions include a total width of 1.00m, a base width of 0.45m, and a base reinforcement length of 0.55m. Labels include "Reinforced concrete", "Reinforcement", and "Reinforcement".
- Bottom Right:** A cross-section of a wall showing reinforcement bars. Dimensions include a total height of 1.75m, a base width of 0.45m, and a base reinforcement length of 0.55m. Labels include "Reinforced concrete", "Reinforcement", and "Reinforcement".

The image contains three technical drawings related to a building facade and column details.

Top Left Drawing: A plan view of a building facade section. It shows a grid of columns and beams. Key dimensions include a total width of 1.00 (Length of components) and a total height of 0.90. Labels include "Baldosa 40x40 x 10,40", "Módulo", "Tramoya", and "Eje de pared".

Top Right Drawing: A detail of a column entrance, labeled "DETALLES DE COLUMNA ENTRADA : CAe". It shows a square column with a central opening. Dimensions include 0.20 for the opening width, 0.10 for the column width, and 0.30 for the column height. Labels include "40x40", "Zinc 40x40", and "C/3.00".

Bottom Right Drawing: A detail of a column entrance, labeled "DETALLES DE COLUMNA ENTRADA : CAe". It shows a square column with a central opening. Dimensions include 0.30 for the opening width, 0.30 for the column width, and 0.30 for the column height. Labels include "40x40", "Zinc 40x40", and "C/3.00".





The image contains two sets of technical drawings. The top set shows a cross-section of a column with a central square core and four rectangular openings. Dimensions include a total width of 0.20, a core width of 0.10, and a core height of 0.30. Reinforcement is shown with yellow circles and blue lines. The bottom set shows a cross-section of a wall with a central square core and two rectangular openings. Dimensions include a total width of 0.20, a core width of 0.10, and a core height of 0.30. Reinforcement is shown with yellow circles and blue lines. The drawings are labeled with 'DET 01' and 'DET 02' and include the text 'Estructura de Acero'.

0.20

0.15

0.08

403/18"
59x 40/18"
CJ 0.20

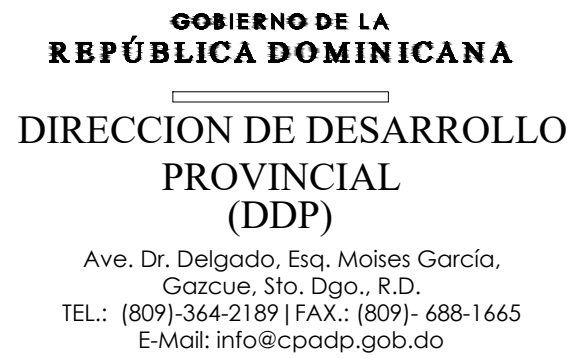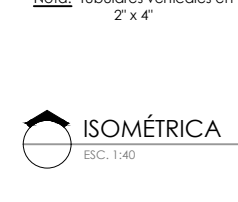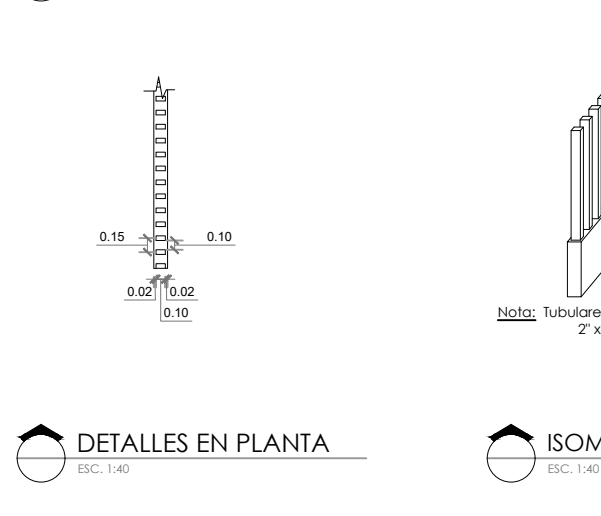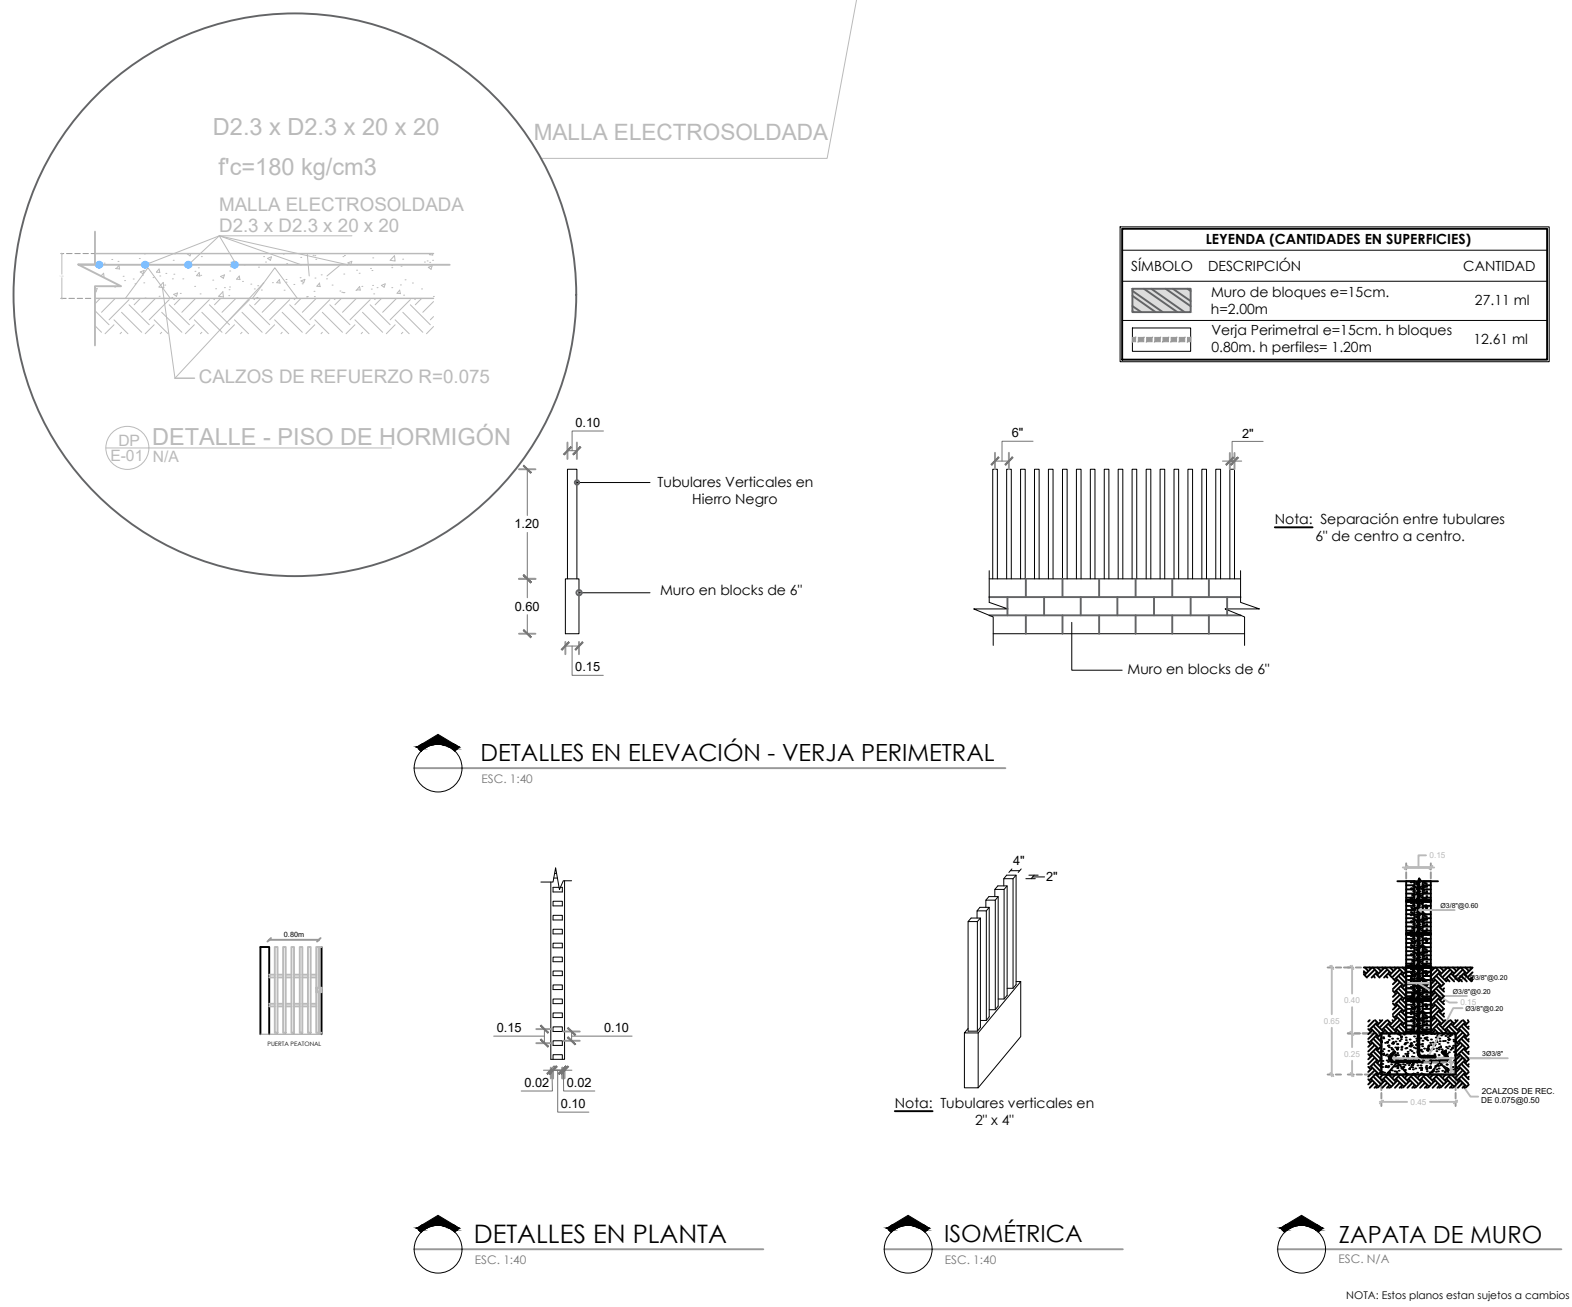

EQUIPO DE TRABAJO: _____

DISEÑO ARQUITECTÓNICO

ARQ. _____

codia 00000 _____

ESTRUCTURAL _____
ING. LEOPOLDO BERROA
codia 00000


HIDRO-SANITARIO
ING. FRANCIS ESTEVEZ
codia 00000 _____

FECHA: _____

DETALLES EXTERIORES

SEPTIEMBRE 026


022

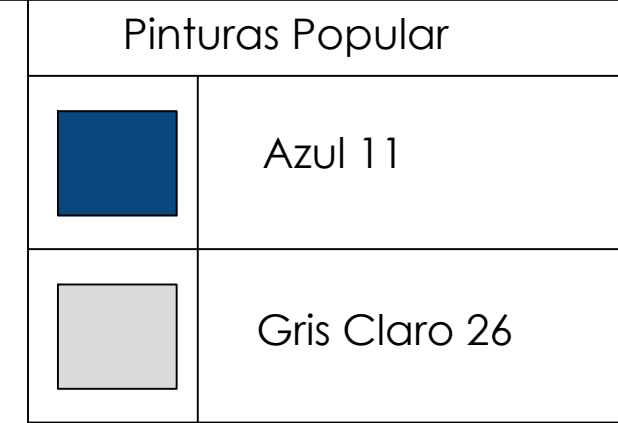

PROYECTO:
CONSTRUCCIÓN DESTACAMENTO
POLICIAL EN EL REASENTAMIENTO DE
BARRICK GOLD, MUNICIPIO COTUÍ,
PROVINCIA SÁNCHEZ RAMÍREZ

HIDRO-SANITARIO
ING. FRANCIS ESTEVEZ
codia 00000 _____

023

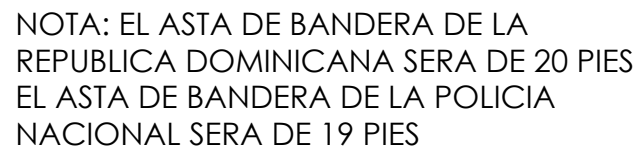



Ave. Dr. Delgado, Esq. Moises García,
Gazcue, Sto. Dgo., R.D.
TEL.: (809)-364-2189 | FAX.: (809)- 688-1665
E-Mail: info@cpadp.gob.do

EQUIPO DE TRABAJO:

codia 00000 —


FECHA: _____

PLANTA DE CÁMARAS Y DATA

1:60

NO. PÁGINA:





024

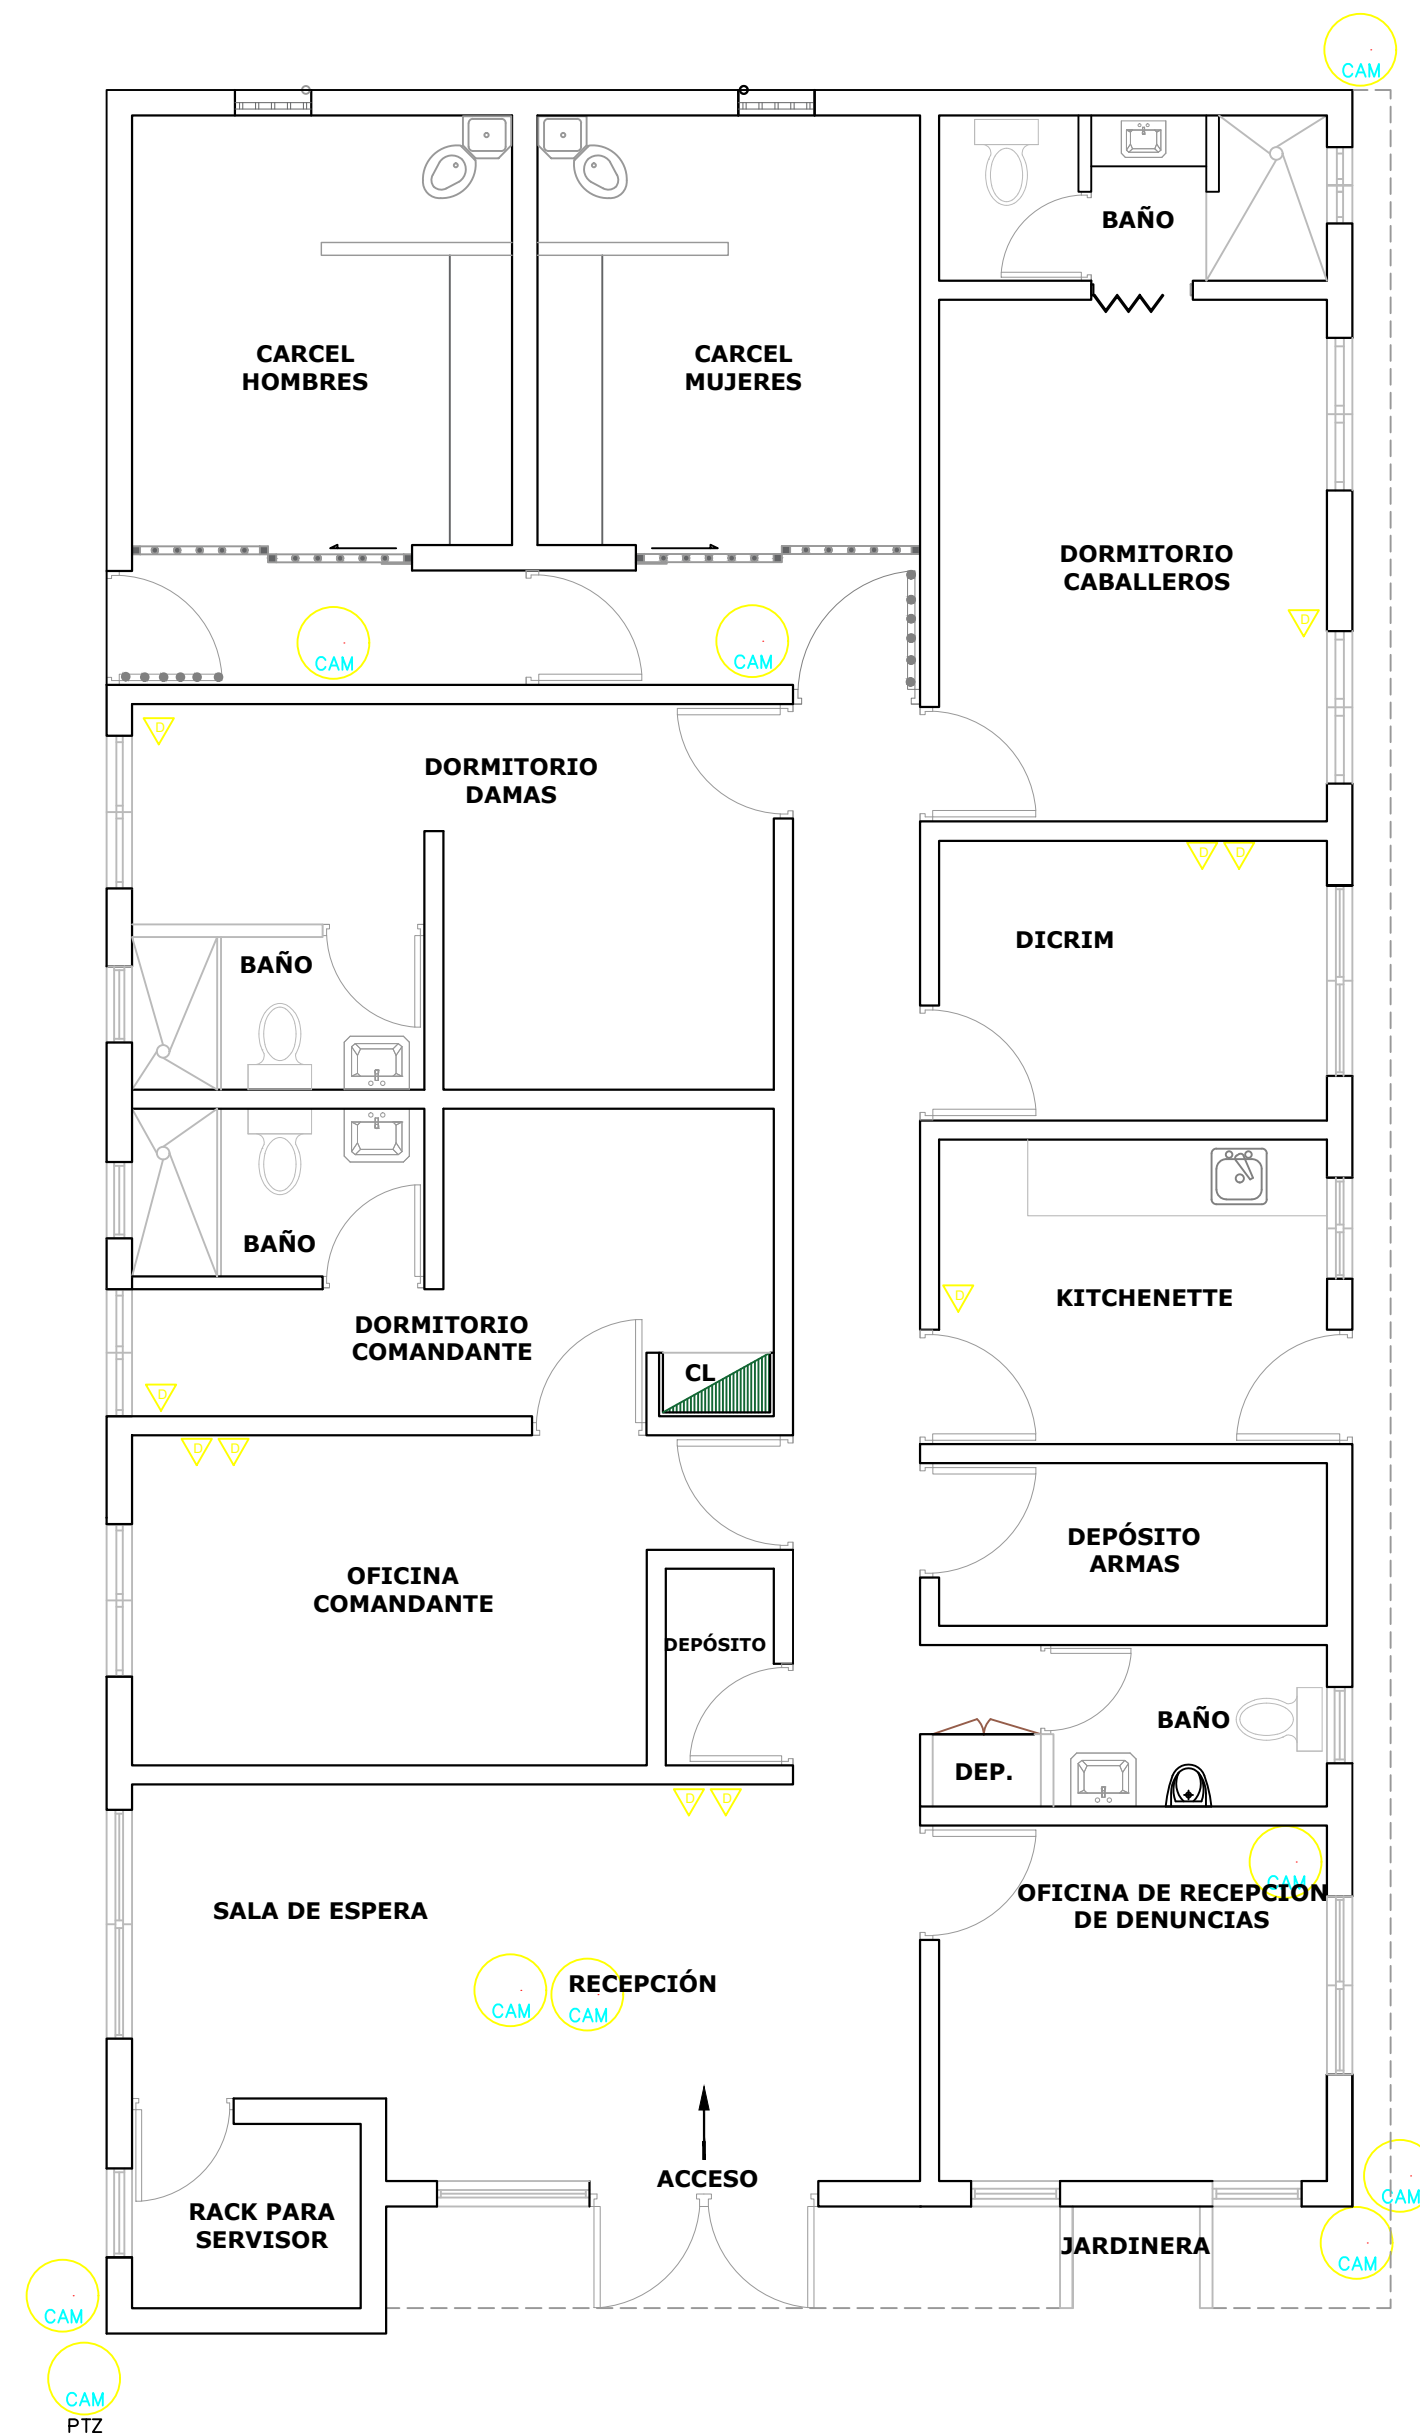

***NOTA: ESTOS PLANOS PUEDEN SER MODIFICADOS Y/O ADECUADOS EN CAMPO**



ESC. 1:60

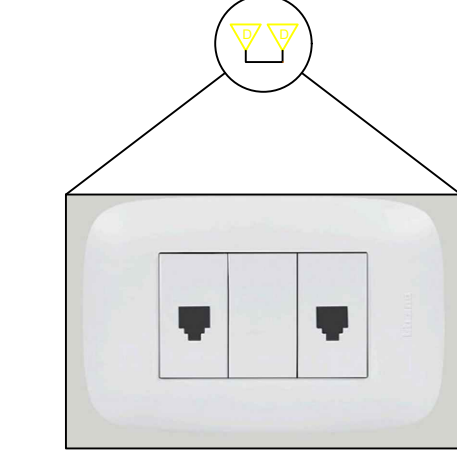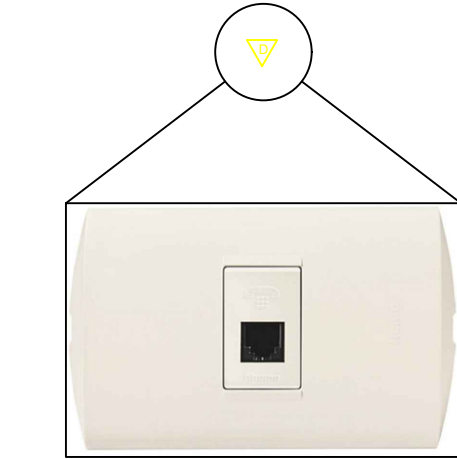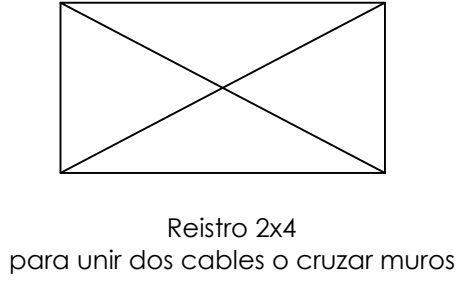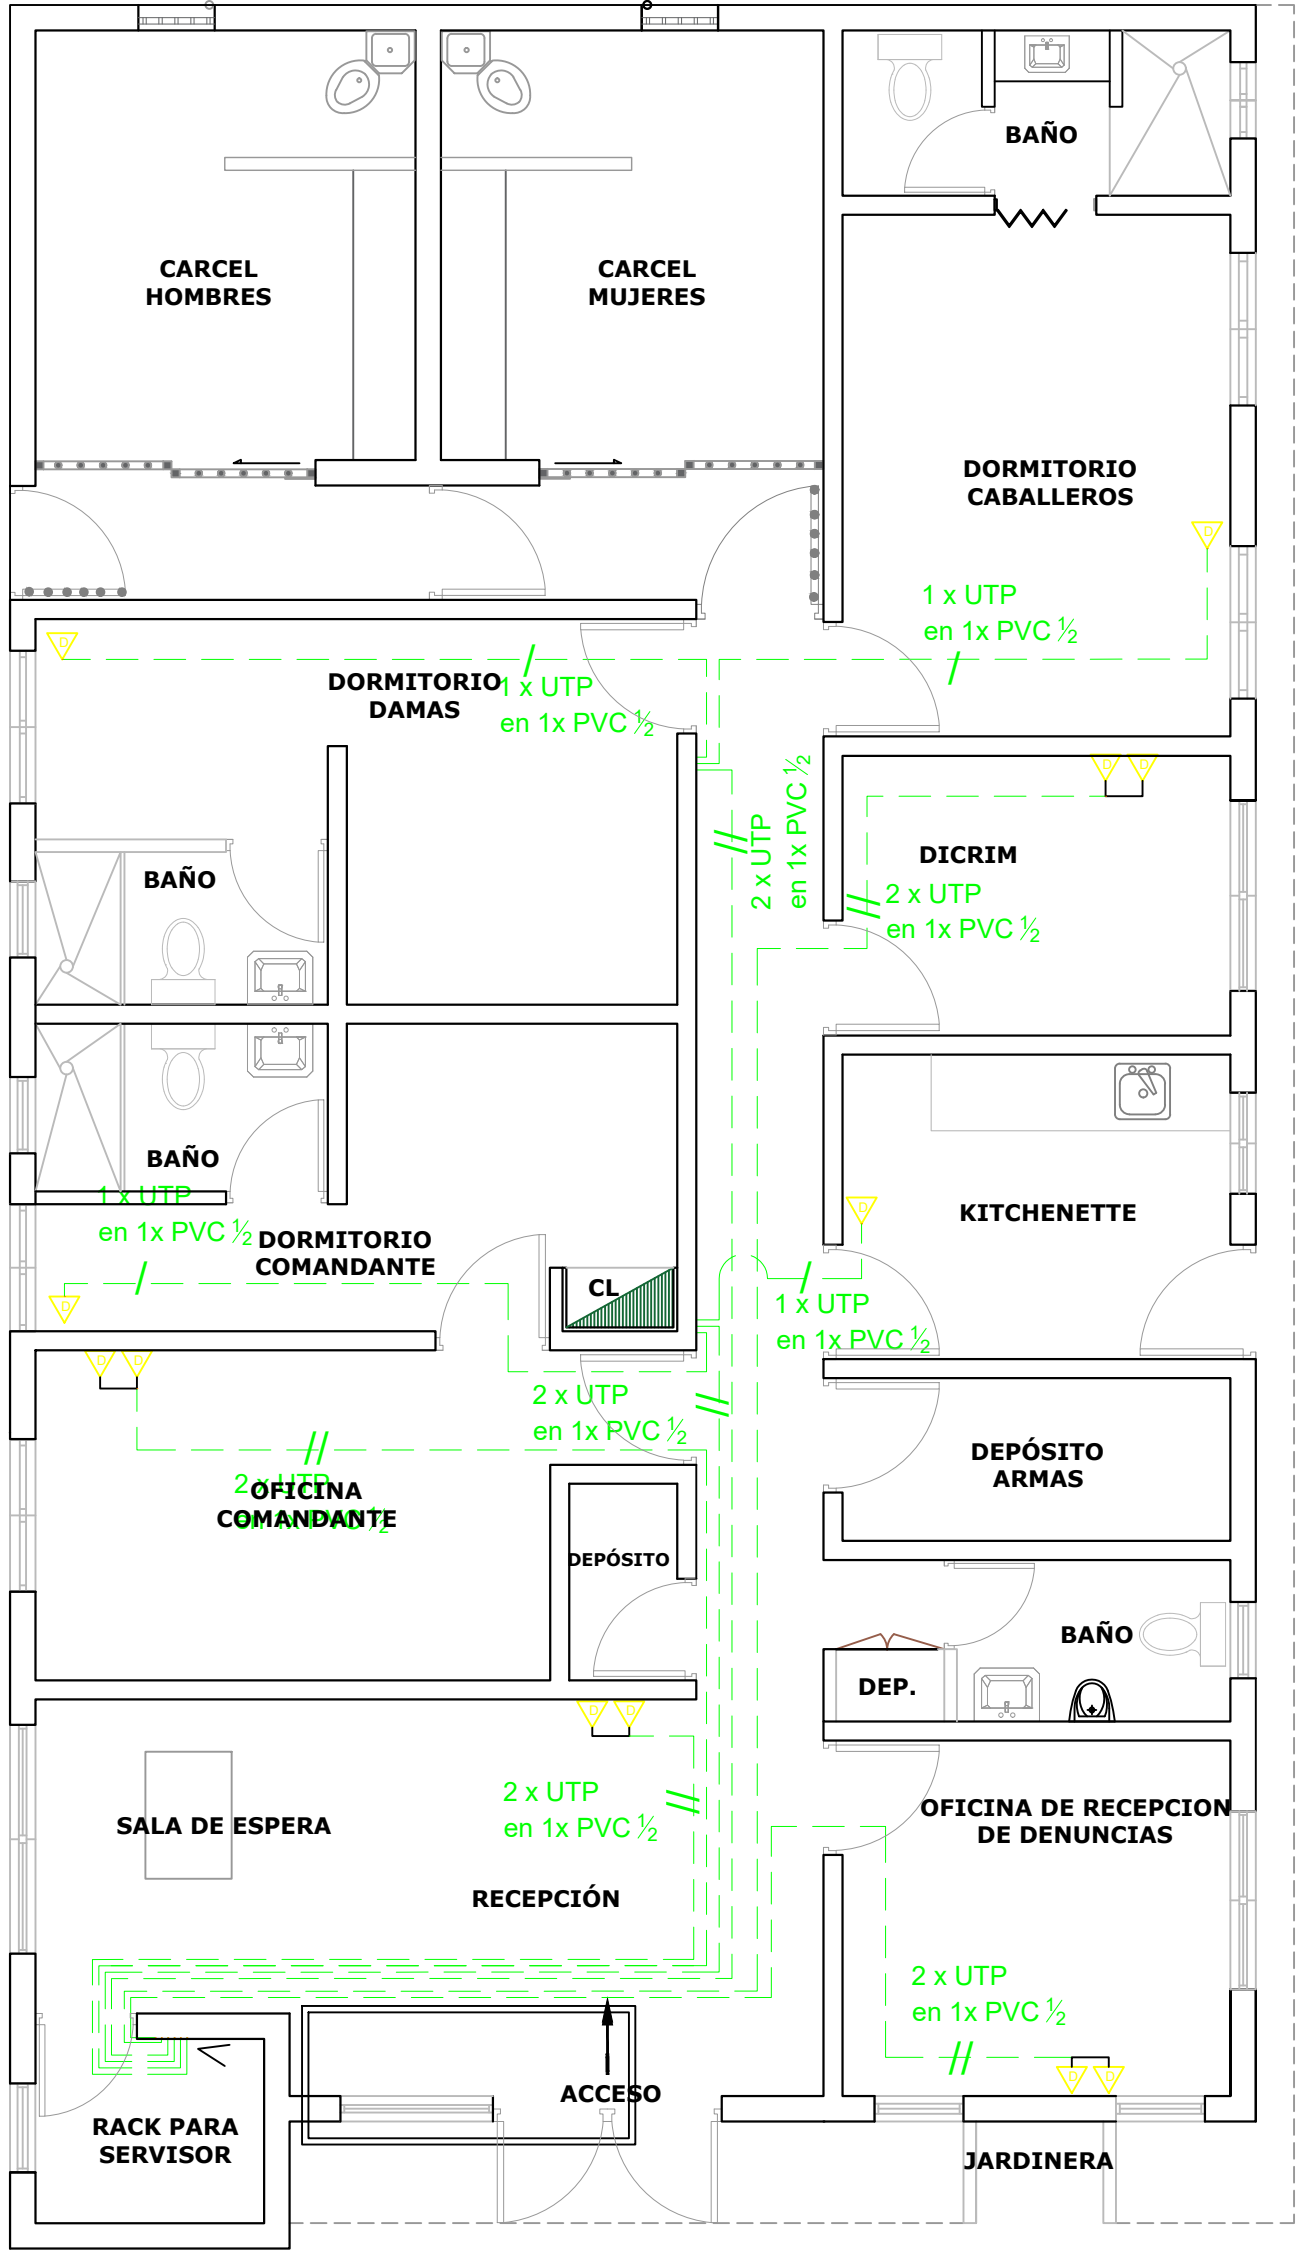

- EMT por encima del nivel de plafón
- EMT por encima del nivel de plafón
- PVC por debajo del nivel de piso para camaras
- PVC por debajo del nivel de piso para data

NOTAS:


1. Cada tubería no debe contener más de dos cables de data,

2. Para las cámaras del parqueo se realizará un doble alambrado porque se usara una camara PTZ

DETALLE - LEYENDA DE LOS ALIMENTADORES

TODAS LAS SALIDAS DE DATA Y DE CCTV, DEBEN CANALIZADAS HASTA EL CUARTO PARA RACK DE SERVIDOR

*NOTA: ESTOS PLANOS PUEDEN SER MODIFICADOS Y/O ADECUADOS EN CAMPO

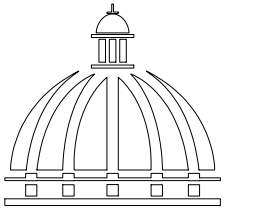

GOBIERNO DE LA
REPÚBLICA DOMINICANA

DIRECCION DE DESARROLLO
PROVINCIAL
(DDP)

Ave. Dr. Delgado, Esq. Moises García,
Gazcue, Sto. Dgo., R.D.
TEL.: (809)-364-2189 | FAX.: (809)- 688-1665
E-Mail: info@cpadp.gob.do

PROYECTO:
CONSTRUCCIÓN DESTACAMENTO
POLICIAL EN EL REASENTAMIENTO DE
BARRICK GOLD, MUNICIPIO COTUÍ,
PROVINCIA SÁNCHEZ RAMÍREZ

EQUIPO DE TRABAJO:

DISEÑO ARQUITECTÓNICO
ARQ. _____
codia 00000

ENC. INGENIERÍA
ING. FIOR DALIZA BONIFACIO
codia 00000

ESTRUCTURAL
ING. LEOPOLDO BERROA
codia 00000

ELÉCTRICO
ING. JUAN PEREZ
codia 00000

HIDRO-SANITARIO
ING. FRANCIS ESTEVEZ
codia 00000

SELLO DE APROBACIÓN:

FECHA: _____

CONTENIDO:



**PLANTA DE
INSTALACIÓN DE DATA
-DETALLES**

ESCALA:


SEPTIEMBRE 026

NO. PÁGINA:


025

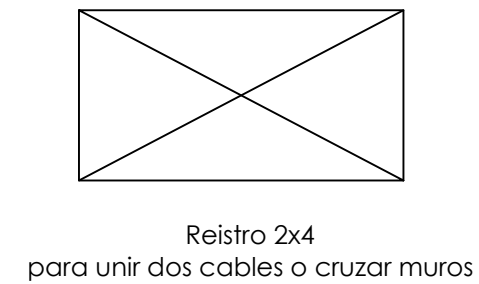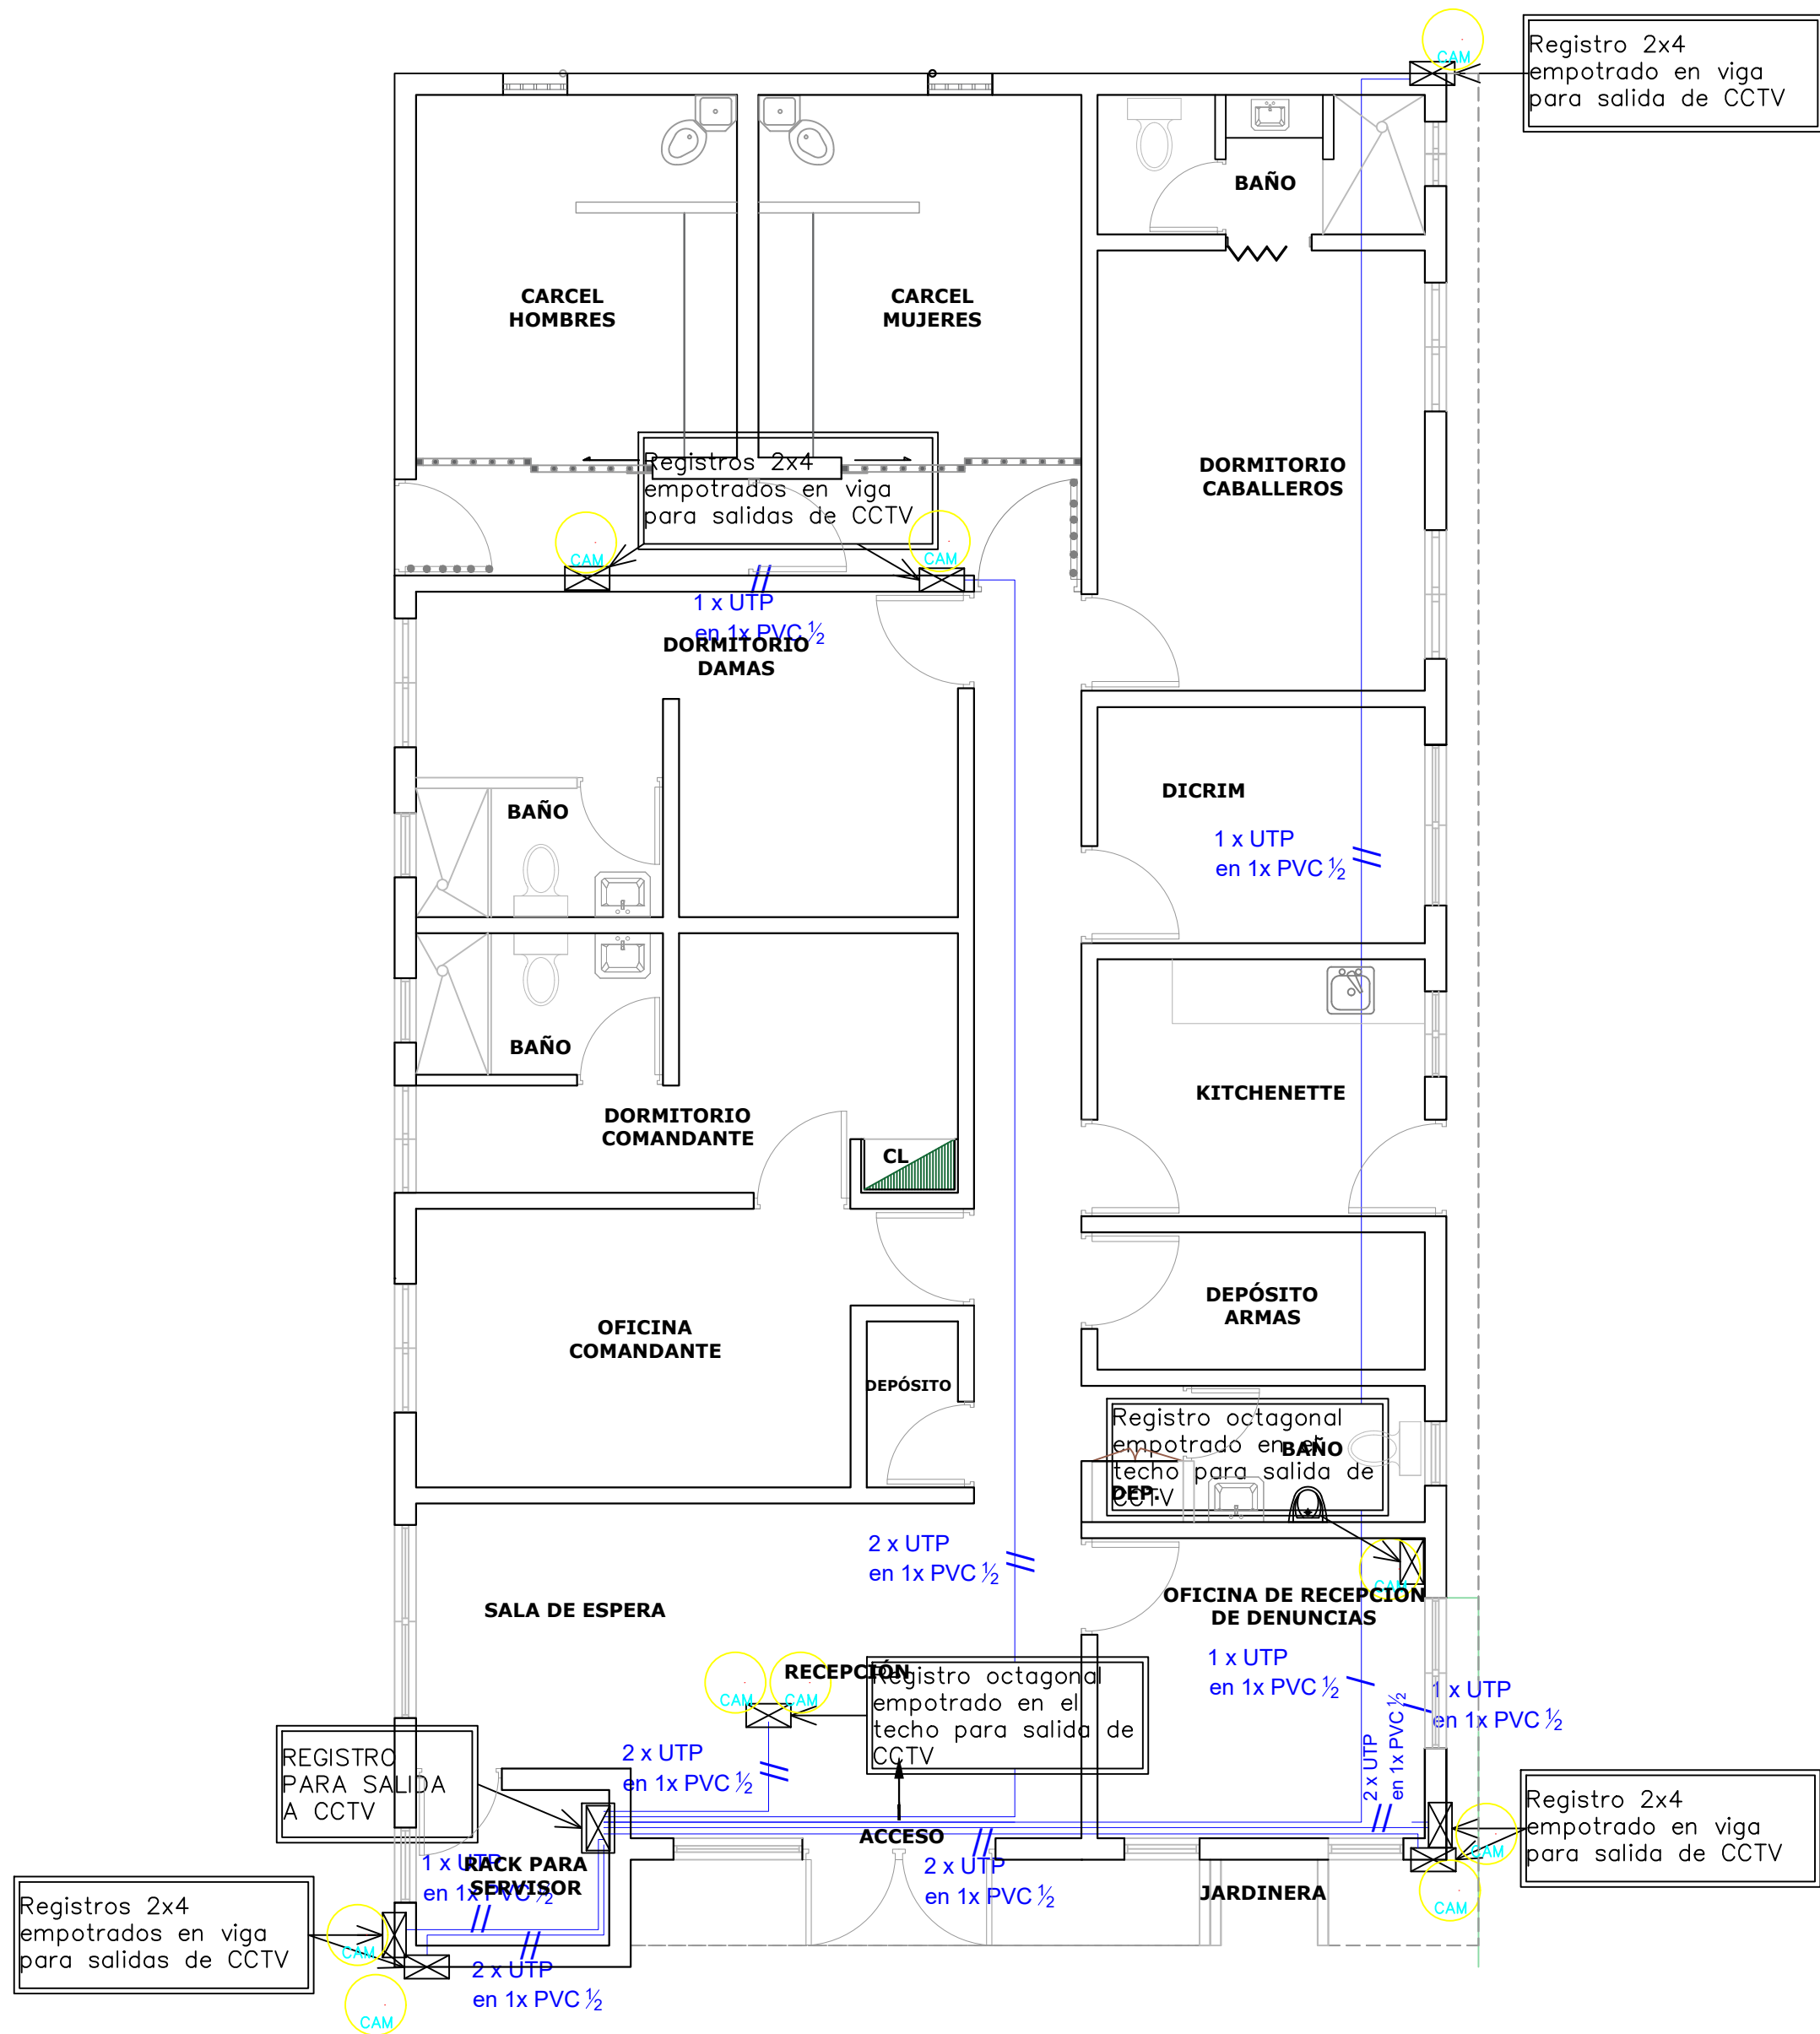

Reistro 2x4
para unir dos cables o cruzar muros

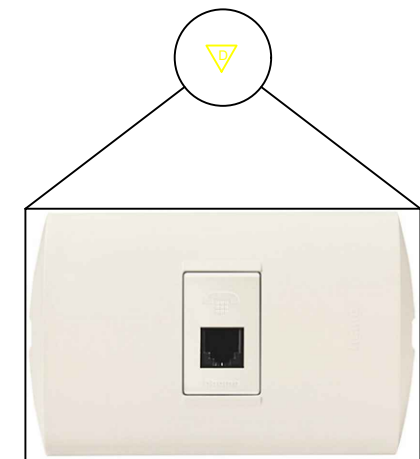


TOMA DE DATA DOBLE

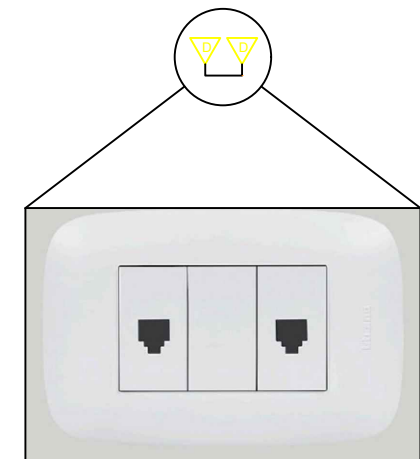

TOMA DE DATA DOBLE

- EMT por encima del nivel de plafón
- EMT por encima del nivel de plafón
- PVC por debajo del nivel de piso para camaras
- PVC por debajo del nivel de piso para data

NOTAS:
1. Cada tubería no debe contener más de dos cables de data,
2. Para las cámaras del parqueo se realizará un doble alambreado porque se usara una camara PTZ
DETALLE - LEYENDA DE LOS ALIMENTADORES

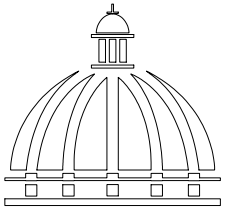

GOBIERNO DE LA
REPÚBLICA DOMINICANA

DIRECCION DE DESARROLLO
PROVINCIAL
(DDP)

Ave. Dr. Delgado, Esq. Moises García,
Gazcue, Sto. Dgo., R.D.
TEL.: (809)-364-2189 | FAX.: (809)- 688-1665
E-Mail: info@cpadp.gob.do

PROYECTO:
CONSTRUCCIÓN DESTACAMENTO
POLICIAL EN EL REASENTAMIENTO DE
BARRICK GOLD, MUNICIPIO COTUÍ,
PROVINCIA SÁNCHEZ RAMÍREZ

EQUIPO DE TRABAJO:

DISEÑO ARQUITECTÓNICO
ARQ.

codia 00000

ENC. INGENIERÍA
ING. FIOR DALIZA BONIFACIO
codia 00000

ESTRUCTURAL
ING. LEOPOLDO BERROA
codia 00000

ELÉCTRICO
ING. JUAN PEREZ
codia 00000

HIDRO-SANITARIO
ING. FRANCIS ESTEVEZ
codia 00000

SELLO DE APROBACIÓN:

FECHA:

CONTENIDO:

**PLANTA DE INSTALACIÓN
CÁMARA DE SEGURIDAD
-DETALLES**

ESCALA:


SEPTIEMBRE 026

NO. PÁGINA:

026


TODAS LAS SALIDAS DE DATA Y DE CCTV, DEBEN CANALIZADAS HASTA ELCUARTO PARA RACK DE SERVIDOR

*NOTA: ESTOS PLANOS PUEDEN SER MODIFICADOS Y/O ADECUADOS EN CAMPO

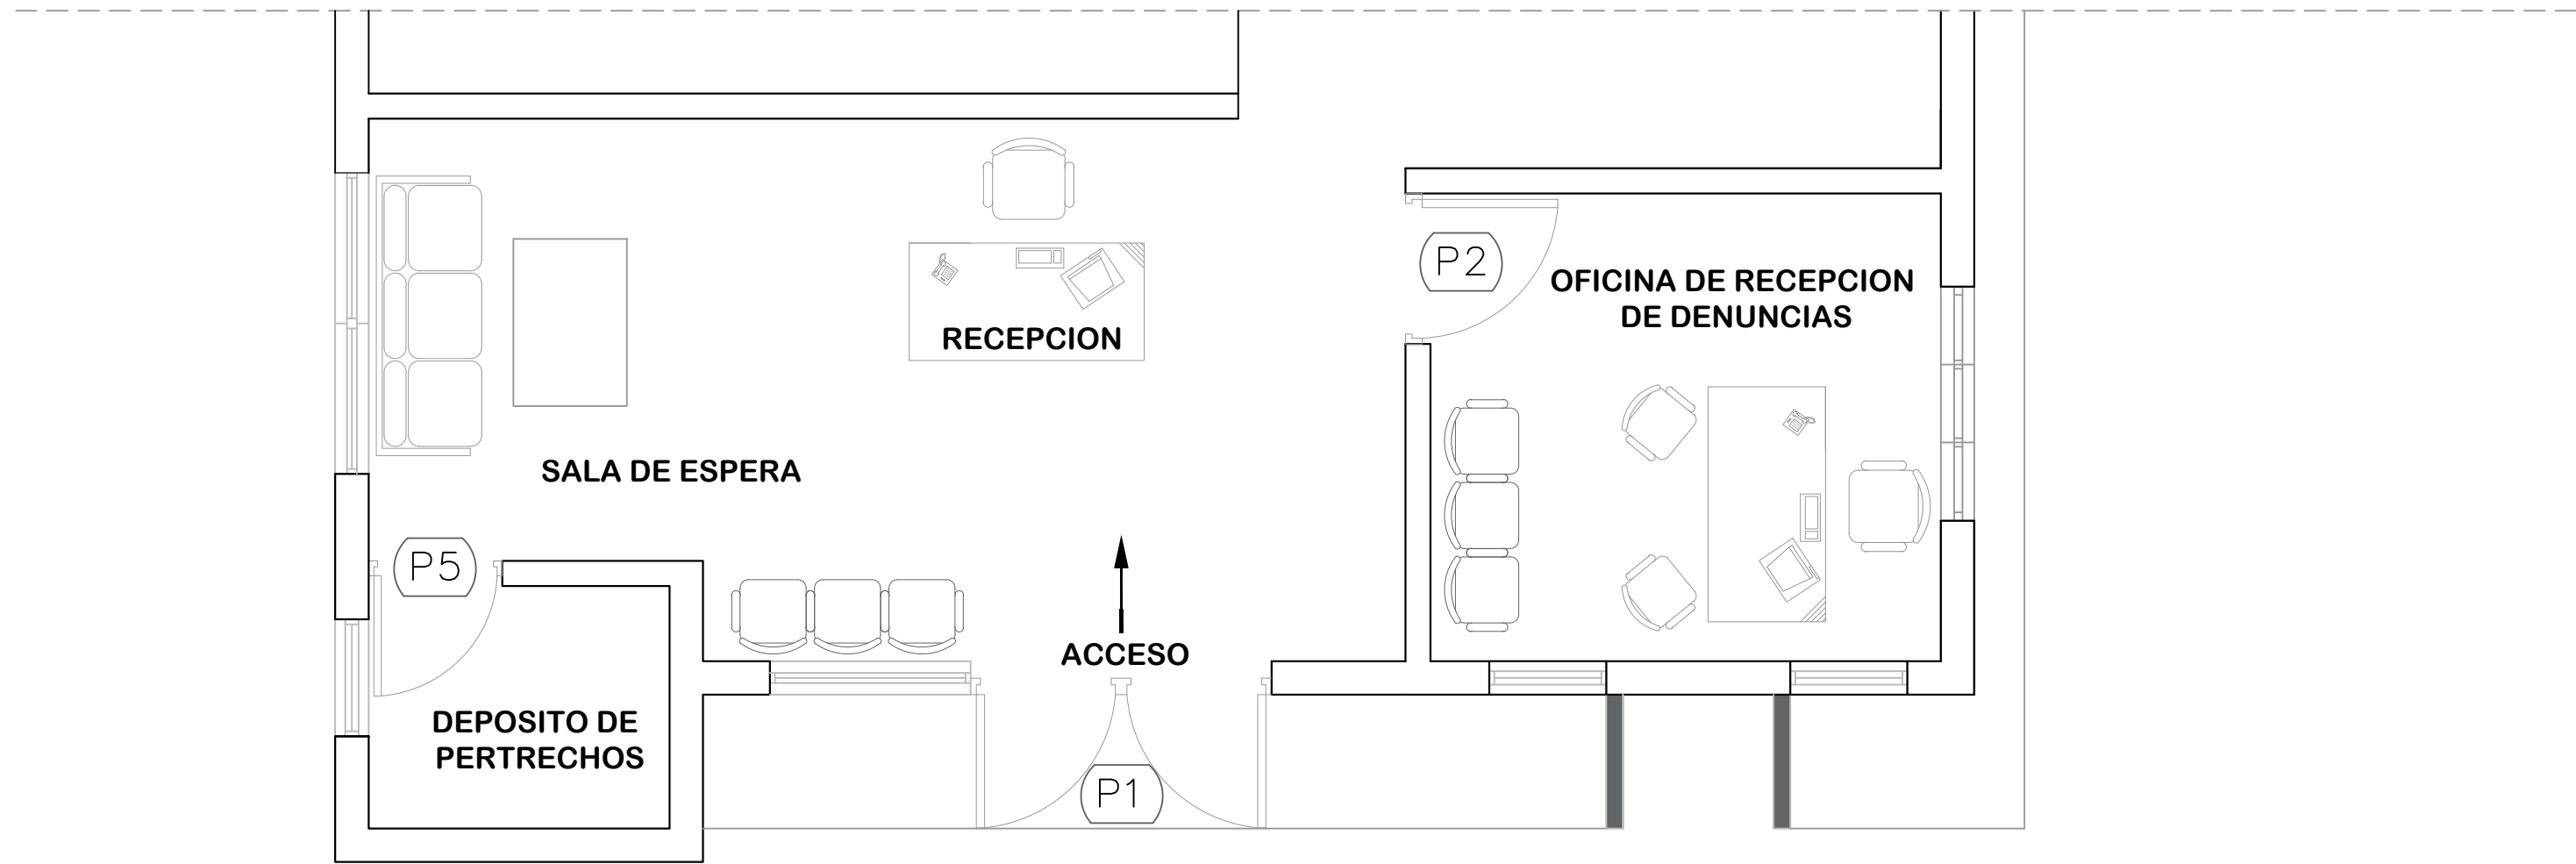

ELEVACIÓN FRONTAL
ESC. 1:40

*NOTA: ESTOS PLANOS PUEDEN SER MODIFICADOS Y/O ADECUADOS EN CAMPO

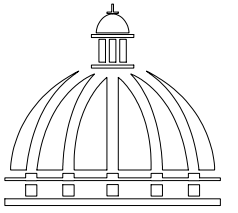

GOBIERNO DE LA
REPÚBLICA DOMINICANA

DIRECCION DE DESARROLLO
PROVINCIAL
(DDP)

Ave. Dr. Delgado, Esq. Moises García,
Gazcue, Sto. Dgo., R.D.
TEL.: (809)-364-2189 | FAX.: (809)- 688-1665
E-Mail: info@cpadp.gob.do

PROYECTO:
CONSTRUCCIÓN DESTACAMENTO
POLICIAL EN EL REASENTAMIENTO DE
BARRICK GOLD, MUNICIPIO COTUÍ,
PROVINCIA SÁNCHEZ RAMÍREZ

EQUIPO DE TRABAJO:

DISEÑO ARQUITECTÓNICO
ARQ.

codia 00000

ENC. INGENIERÍA
ING. FIOR DALIZA BONIFACIO
codia 00000

ESTRUCTURAL
ING. LEOPOLDO BERROA
codia 00000

ELÉCTRICO
ING. JUAN PEREZ
codia 00000

HIDRO-SANITARIO
ING. FRANCIS ESTEVEZ
codia 00000

SELLO DE APROBACIÓN:

FECHA:

CONTENIDO:
**DETALLE COLOCACIÓN
PERFILES FACHADA**


ESCALA:


1:40


SEPTIEMBRE 026


NO. PÁGINA:

 
027

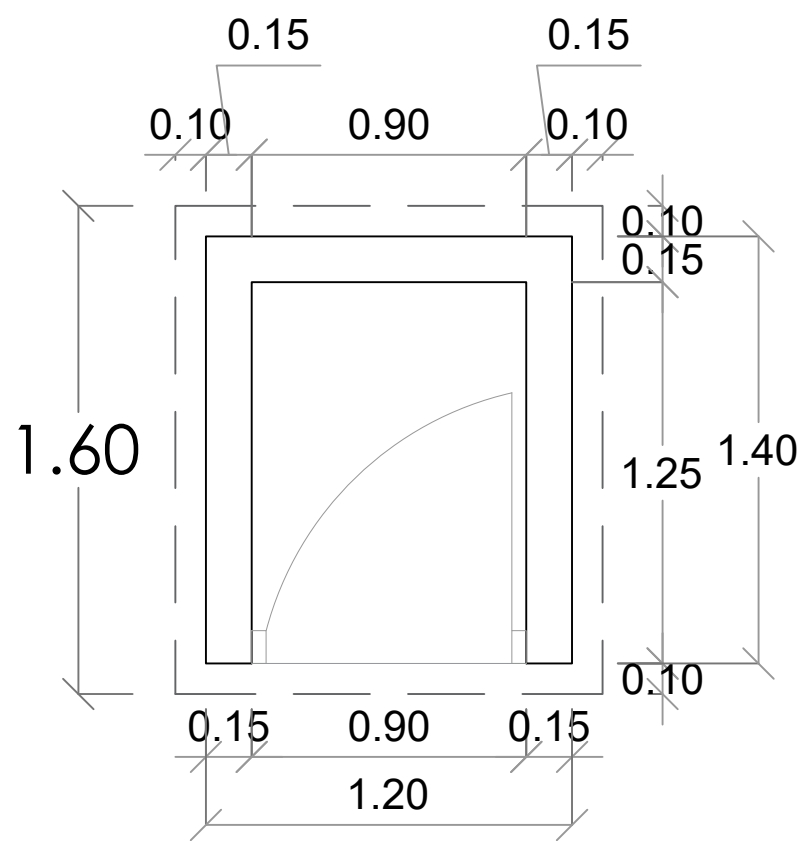



 PLANTA-CASETA DE BOMBA
ESC. 1:25

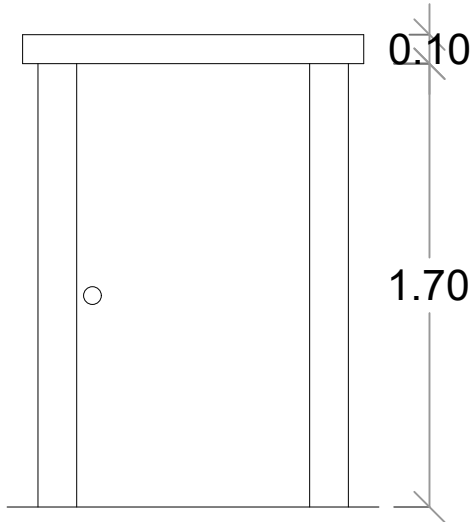


 
 ELEVACIÓN FRONTAL
ESC. 1:25

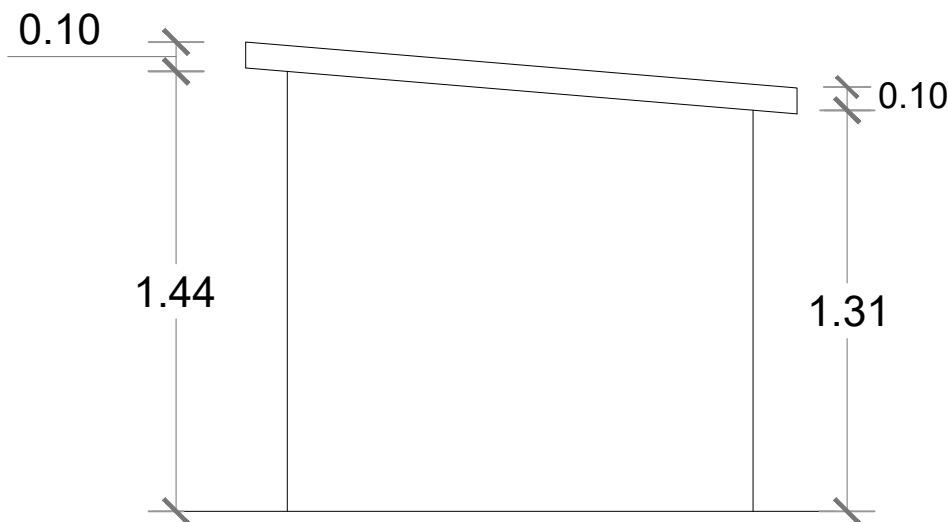


 
 ELEVACIÓN LATERAL DERECHA
ESC. 1:25

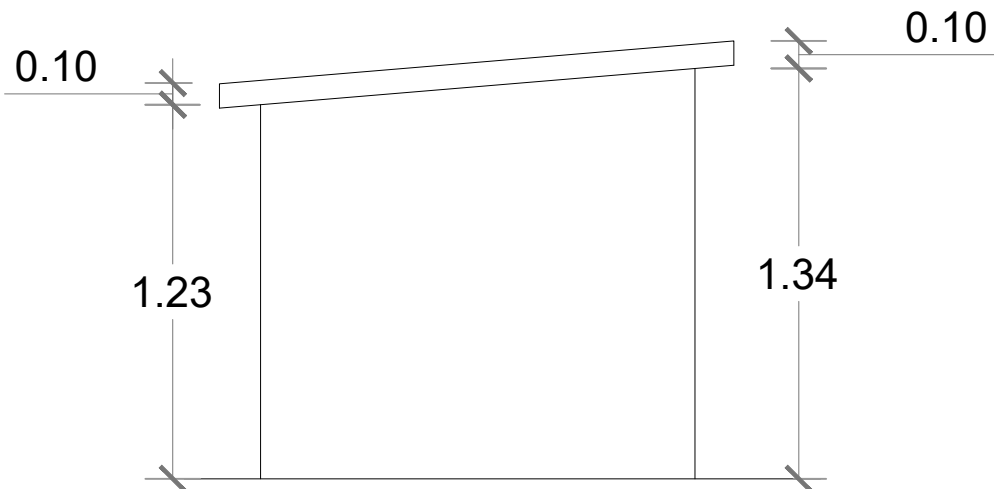


 
 ELEVACIÓN LATERAL IZQUIERDA
ESC. 1:25

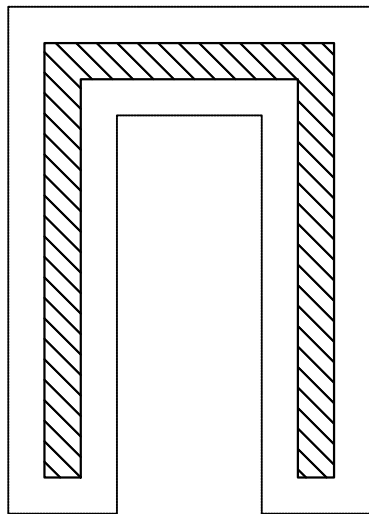


  PLANTA DE CIMIENTOS
ESC. 1:25

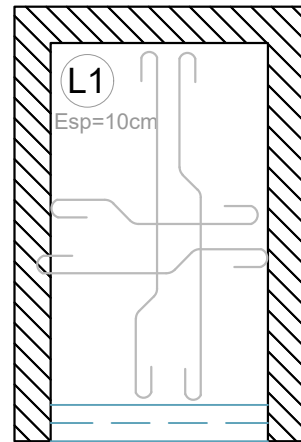

  ESTRUCTURA TECHO
ESC. 1:25

  DETALLE CASETA DE BOMBA
1:25

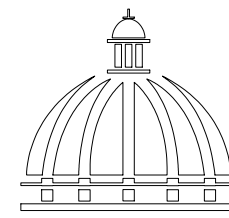

GOBIERNO DE LA
REPÚBLICA DOMINICANA

DIRECCION DE DESARROLLO
PROVINCIAL
(DDP)

Ave. Dr. Delgado, Esq. Moises García,
Gazcue, Sto. Dgo., R.D.
TEL.: (809)-364-2189 | FAX.: (809)- 688-1665
E-Mail: info@cpadp.gob.do

PROYECTO:
CONSTRUCCIÓN DESTACAMENTO
POLICIAL EN EL REASENTAMIENTO DE
BARRICK GOLD, MUNICIPIO COTUÍ,
PROVINCIA SÁNCHEZ RAMÍREZ

EQUIPO DE TRABAJO:

DISEÑO ARQUITECTÓNICO
ARQ.

codia 00000

ENC. INGENIERÍA
ING. FIOR DALIZA BONIFACIO
codia 00000

ESTRUCTURAL
ING. LEOPOLDO BERROA
codia 00000

ELÉCTRICO
ING. JUAN PEREZ
codia 00000

HIDRO-SANITARIO
ING. FRANCIS ESTEVEZ
codia 00000

SELLO DE APROBACIÓN:

FECHA:

CONTENIDO:

CASETA DE BOMBA

ESCALA:

1:25

SEPTIEMBRE 026

NO. PÁGINA:

028