



PROYECTO:

**CONSTRUCCIÓN CAMPO DE BÉISBOL EL
PESCOZON, MUNICIPIO VILLA LA MATA,
PROVINCIA SANCHEZ RAMIREZ**

SEPTIEMBRE 2026

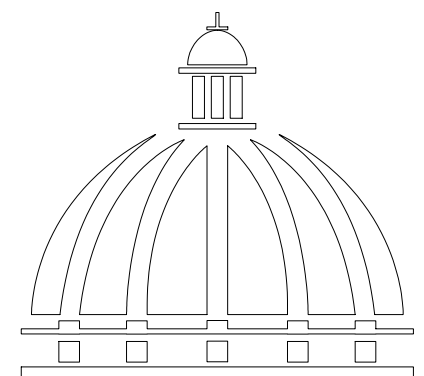

**GOBIERNO DE LA
REPÚBLICA DOMINICANA**

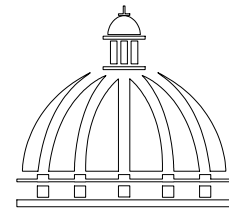

GOBIERNO DE LA
REPÚBLICA DOMINICANA

DIRECCION DE DESARROLLO
PROVINCIAL
DDP

Ave. Dr. Delgado, Esq. Moises García,
Gazcue, Sto. Dgo., R.D.
TEL.: (809)-364-2189 | FAX.: (809)- 688-1665
E-Mail: info@cpadp.gob.do

PROYECTO:

CONSTRUCCIÓN CAMPO DE BÉISBOL EL
PESCOZON, MUNICIPIO VILLA LA MATA,
PROVINCIA SANCHEZ RAMIREZ
REPUBLICA DOMINICANA

EQUIPO DE TRABAJO:

DISEÑO ARQUITECTÓNICO
ARQ.

codia 00000

ENC. INGENIERÍA

ING. FIOR DALIZA BONIFACIO
codia 00000

ESTRUCTURAL

ING.

codia 00000

ELÉCTRICO

ING. Juan Pérez
codia 00000

HIDRO-SANITARIO

ING. Francis Estévez
codia 00000

SELLO DE APROBACIÓN:

FECHA:

CONTENIDO:

PLANTA ARQUITECTONICA
DE CONJUNTO
PLAY DE BEISBOL


ESCALA:

1:500

SEPTIEMBRE 2026

NO. PÁGINA:

001

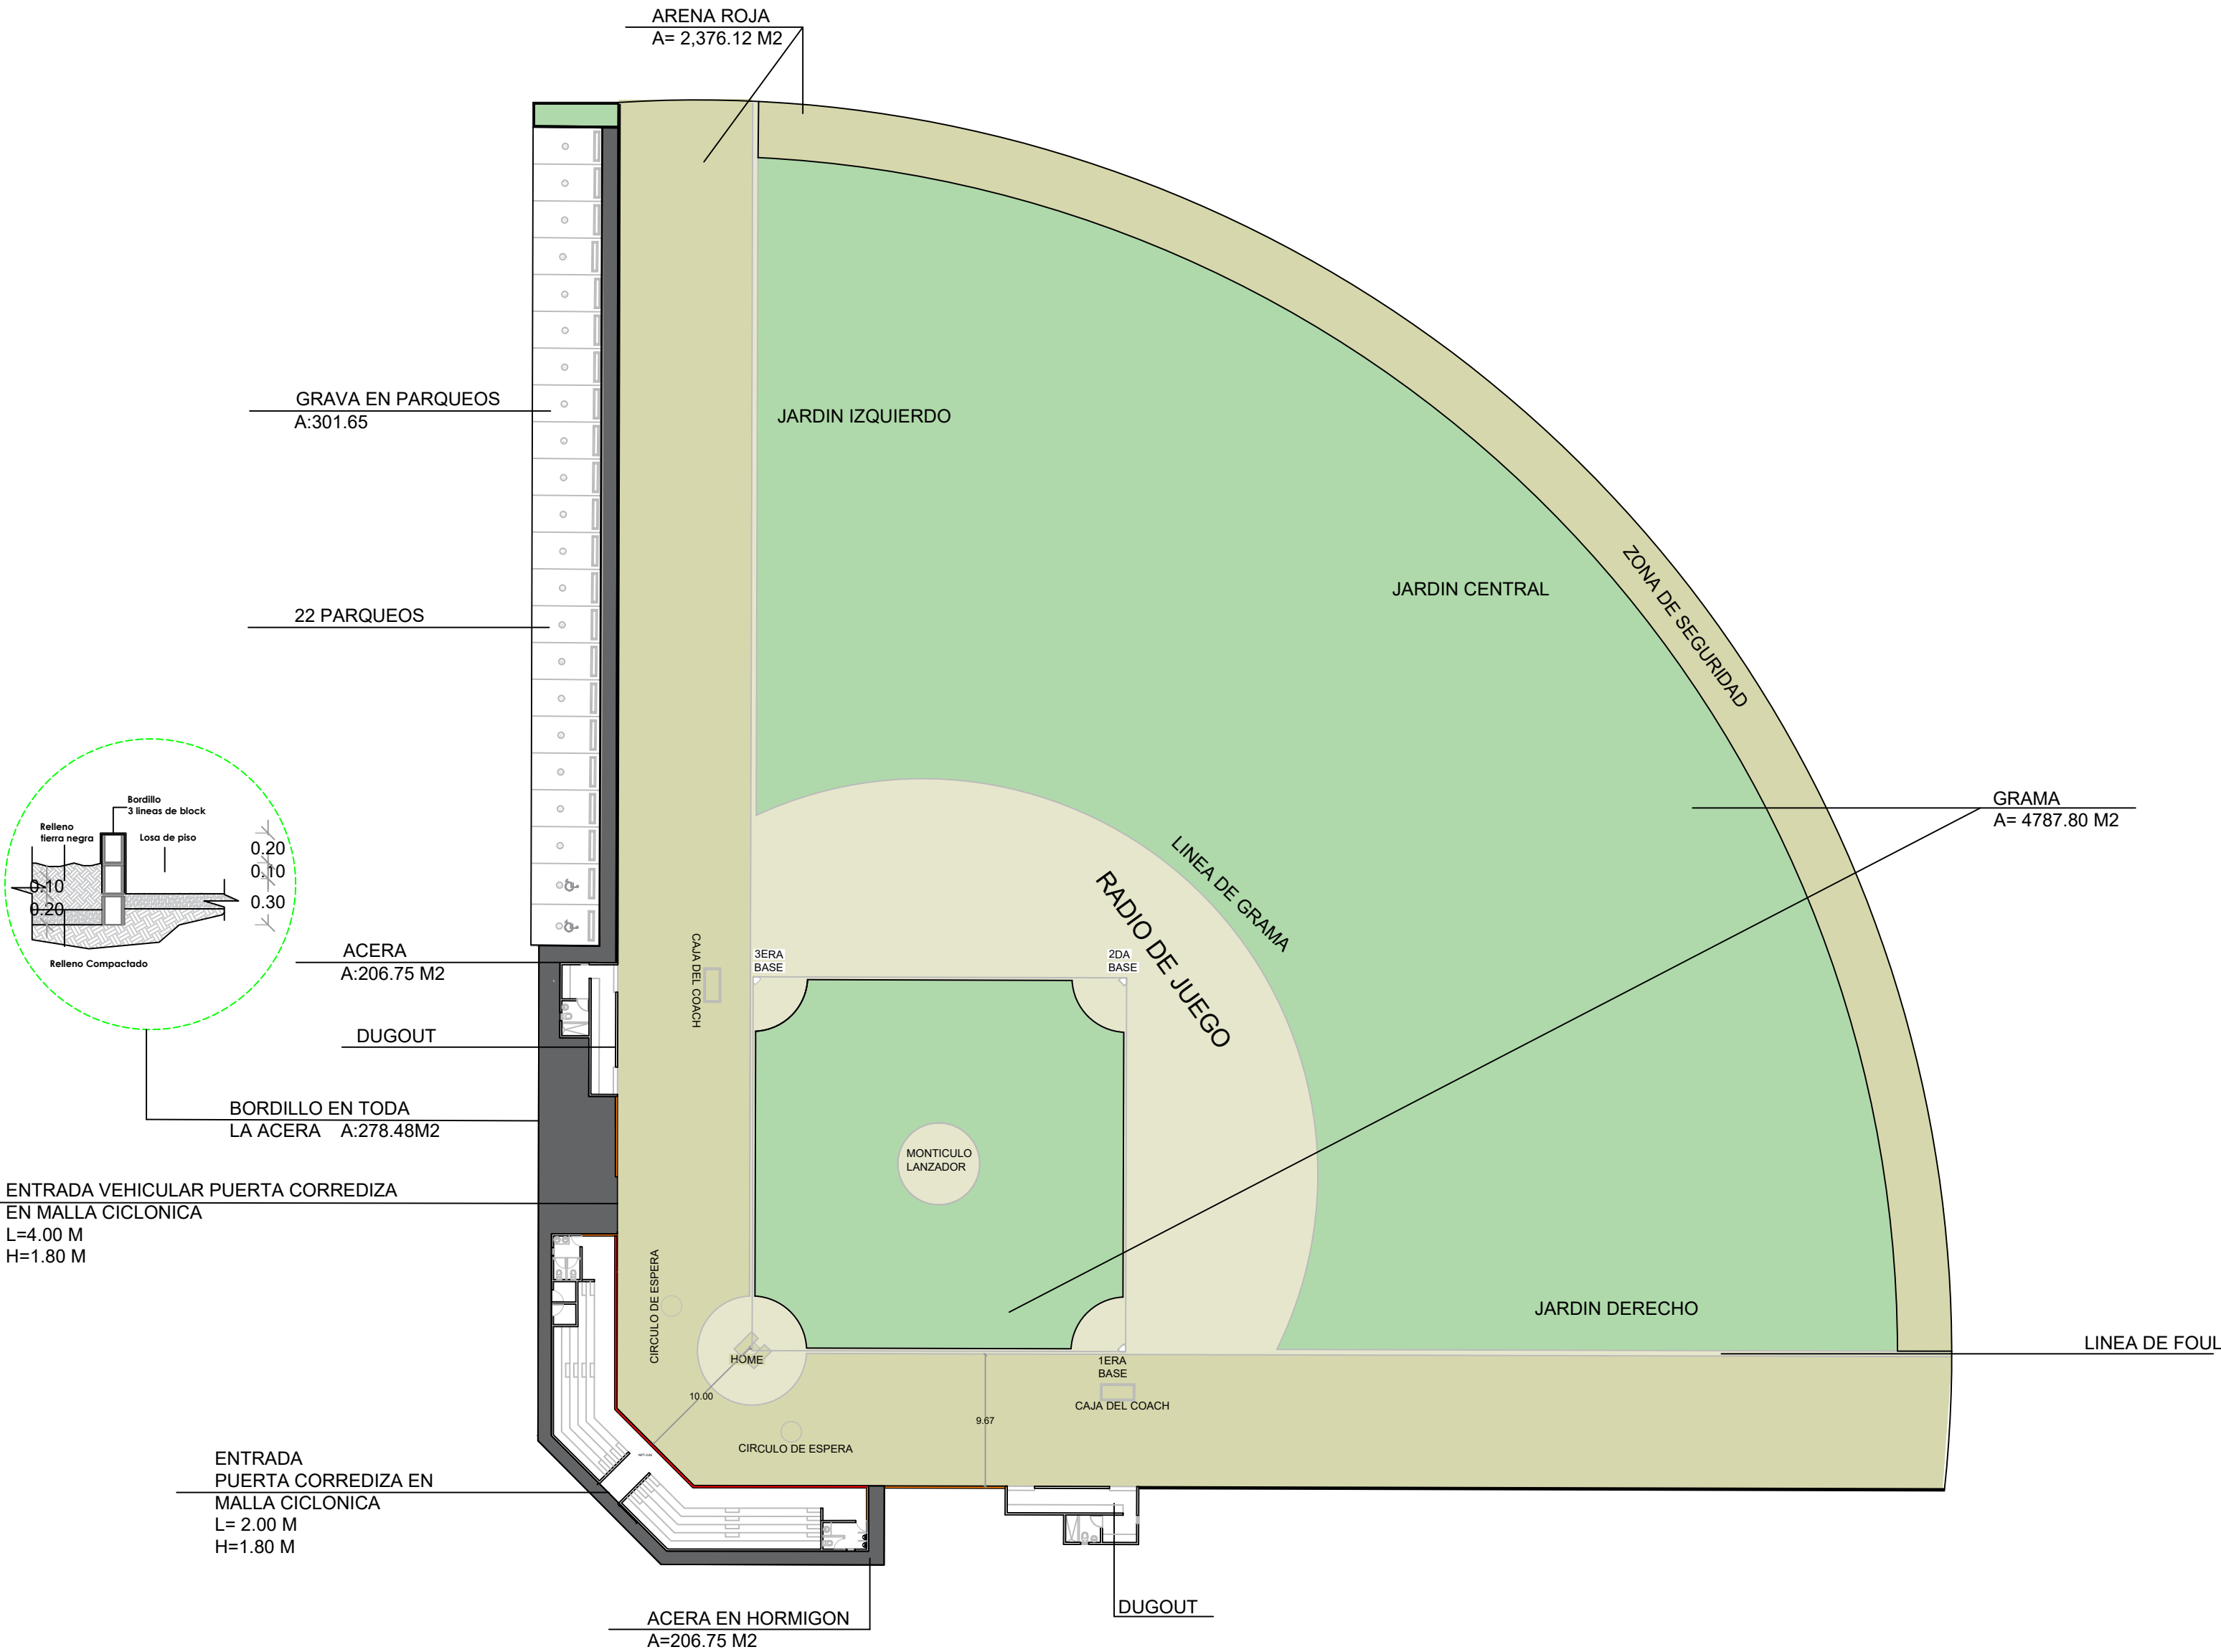

PLANTA ARQUITECTONICA DE CONJUNTO

ESC. 1:500



**DIRECCION DE DESARROLLO
PROVINCIAL
DDP**

Ave. Dr. Delgado, Esq. Moises García,
Gazcue, Sto. Dgo., R.D.
TEL.: (809)-364-2189 | FAX.: (809)- 688-1665
E-Mail: info@cpadp.gob.do

PROYECTO:

**CONSTRUCCIÓN CAMPO DE BÉISBOL E
PESCOZON, MUNICIPIO VILLA LA MATA
PROVINCIA SANCHEZ RAMIREZ
REPUBLICA DOMINICANA**

EQUIPO DE TRABAJO:

DISEÑO ARQUITECTÓNICO
ARQ.

codia 00000 _____

ENC. INGENIERÍA
ING. FIOR DALIZA BONIFACIO
codia 00000 _____

ESTRUTURAL
ING.

codia 00000

ELÉCTRICO
ING. Juan Pérez
codia 00000

HIDRO-SANITARIO
ING. Francis Estévez
codia 00000

SELO DE APROBACIÓN:

FECHA: _____


CONTENIDO:

PLANTA ARQUITECTONICA
DE CONJUNTO
PLAY DE BEISBOL

ESCALA: 1:100


SEPTIEMBRE 2026

NO. PÁGINA:
002

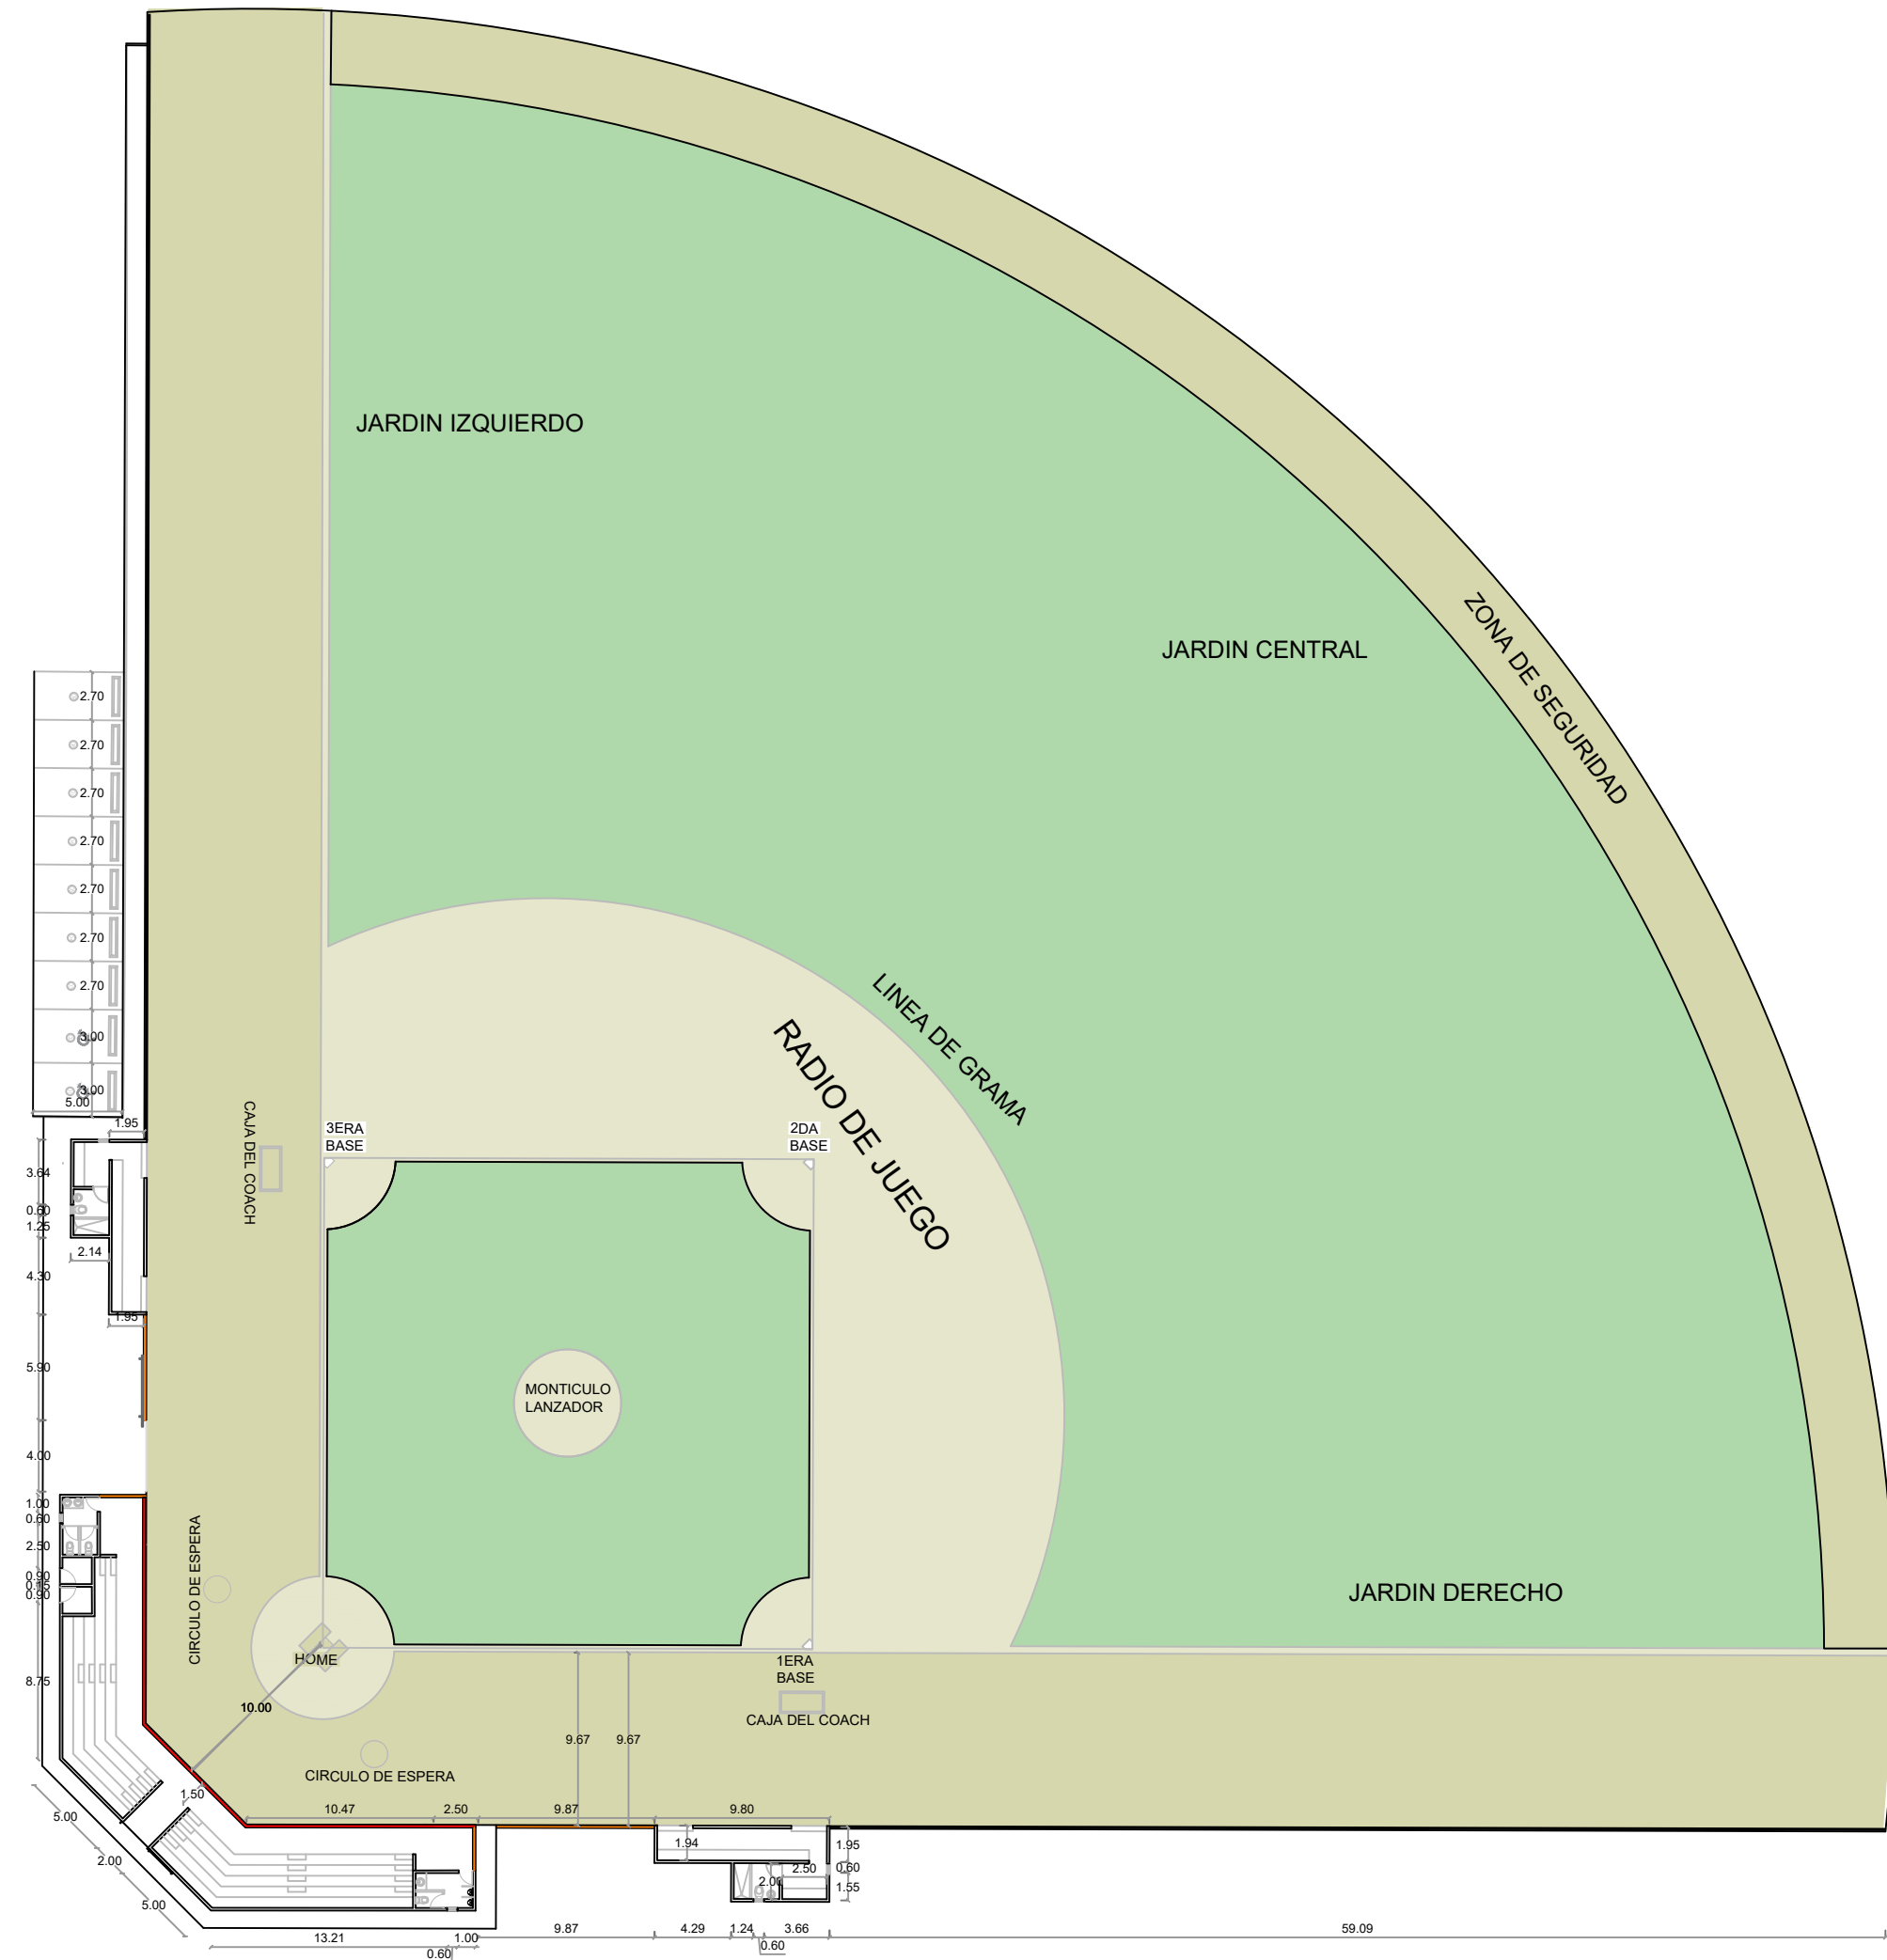

PLANTA ARQUITECTONICA DE CONJUNTO

 ESC. 1:500





**DIRECCION DE DESARROLLO
PROVINCIAL
DDP**

Ave. Dr. Delgado, Esq. Moises García,
Gazcue, Sto. Dgo., R.D.
TEL.: (809)-364-2189 | FAX.: (809)- 688-1665
E-Mail: info@cpadp.gob.do

PROYECTO:

**CONSTRUCCIÓN CAMPO DE BÉISBOL E
PESCOZON, MUNICIPIO VILLA LA MATA
PROVINCIA SANCHEZ RAMIREZ
REPUBLICA DOMINICANA**

EQUIPO DE TRABAJO:

DISEÑO ARQUITECTÓNICO
ARQ. _____
codia 00000 _____

ENC. INGENIERÍA
ING. FIOR DALIZA BONIFACIO
 codia 00000 _____

ESTRUTURAL
ING.

codia 00000

ELÉCTRICO
ING. Juan Pérez
codia 00000

HIDRO-SANITARIO
ING. Francis Estévez
codia 00000

SELO DE APROBACIÓN:

FECHA: _____

CONTENIDO:

PLANTA DETALLE DE VERJA

ESCALA:
1:100

SEPTIEMBRE 2026

NO. PÁGINA:

004



LEYENDA DE MURO	
	BACKSTOP H=5.40M L= 27.11 M
	MURO DE BLOQUES - CENTER FIELD H=1.80 M L=160.76 M
	MURO DE BLOQUES Y MALLA CICLÓNICA H=1.80 L =137.84 M




PLANTA DETALLES DE VERJA



LEYENDA SANITARIA					
SÍMBOLO	ABREV.	DESCRIPCION	SÍMBOLO	ABREV.	DESCRIPCION
	i	INODORO		VP	VALVULA DE PASO
	Lm	LAVAMANOS			TUBERIA
	D	DUCHA			ASPERSORES
	Fr	FREGADERO			LLAVE DE AGUA


005

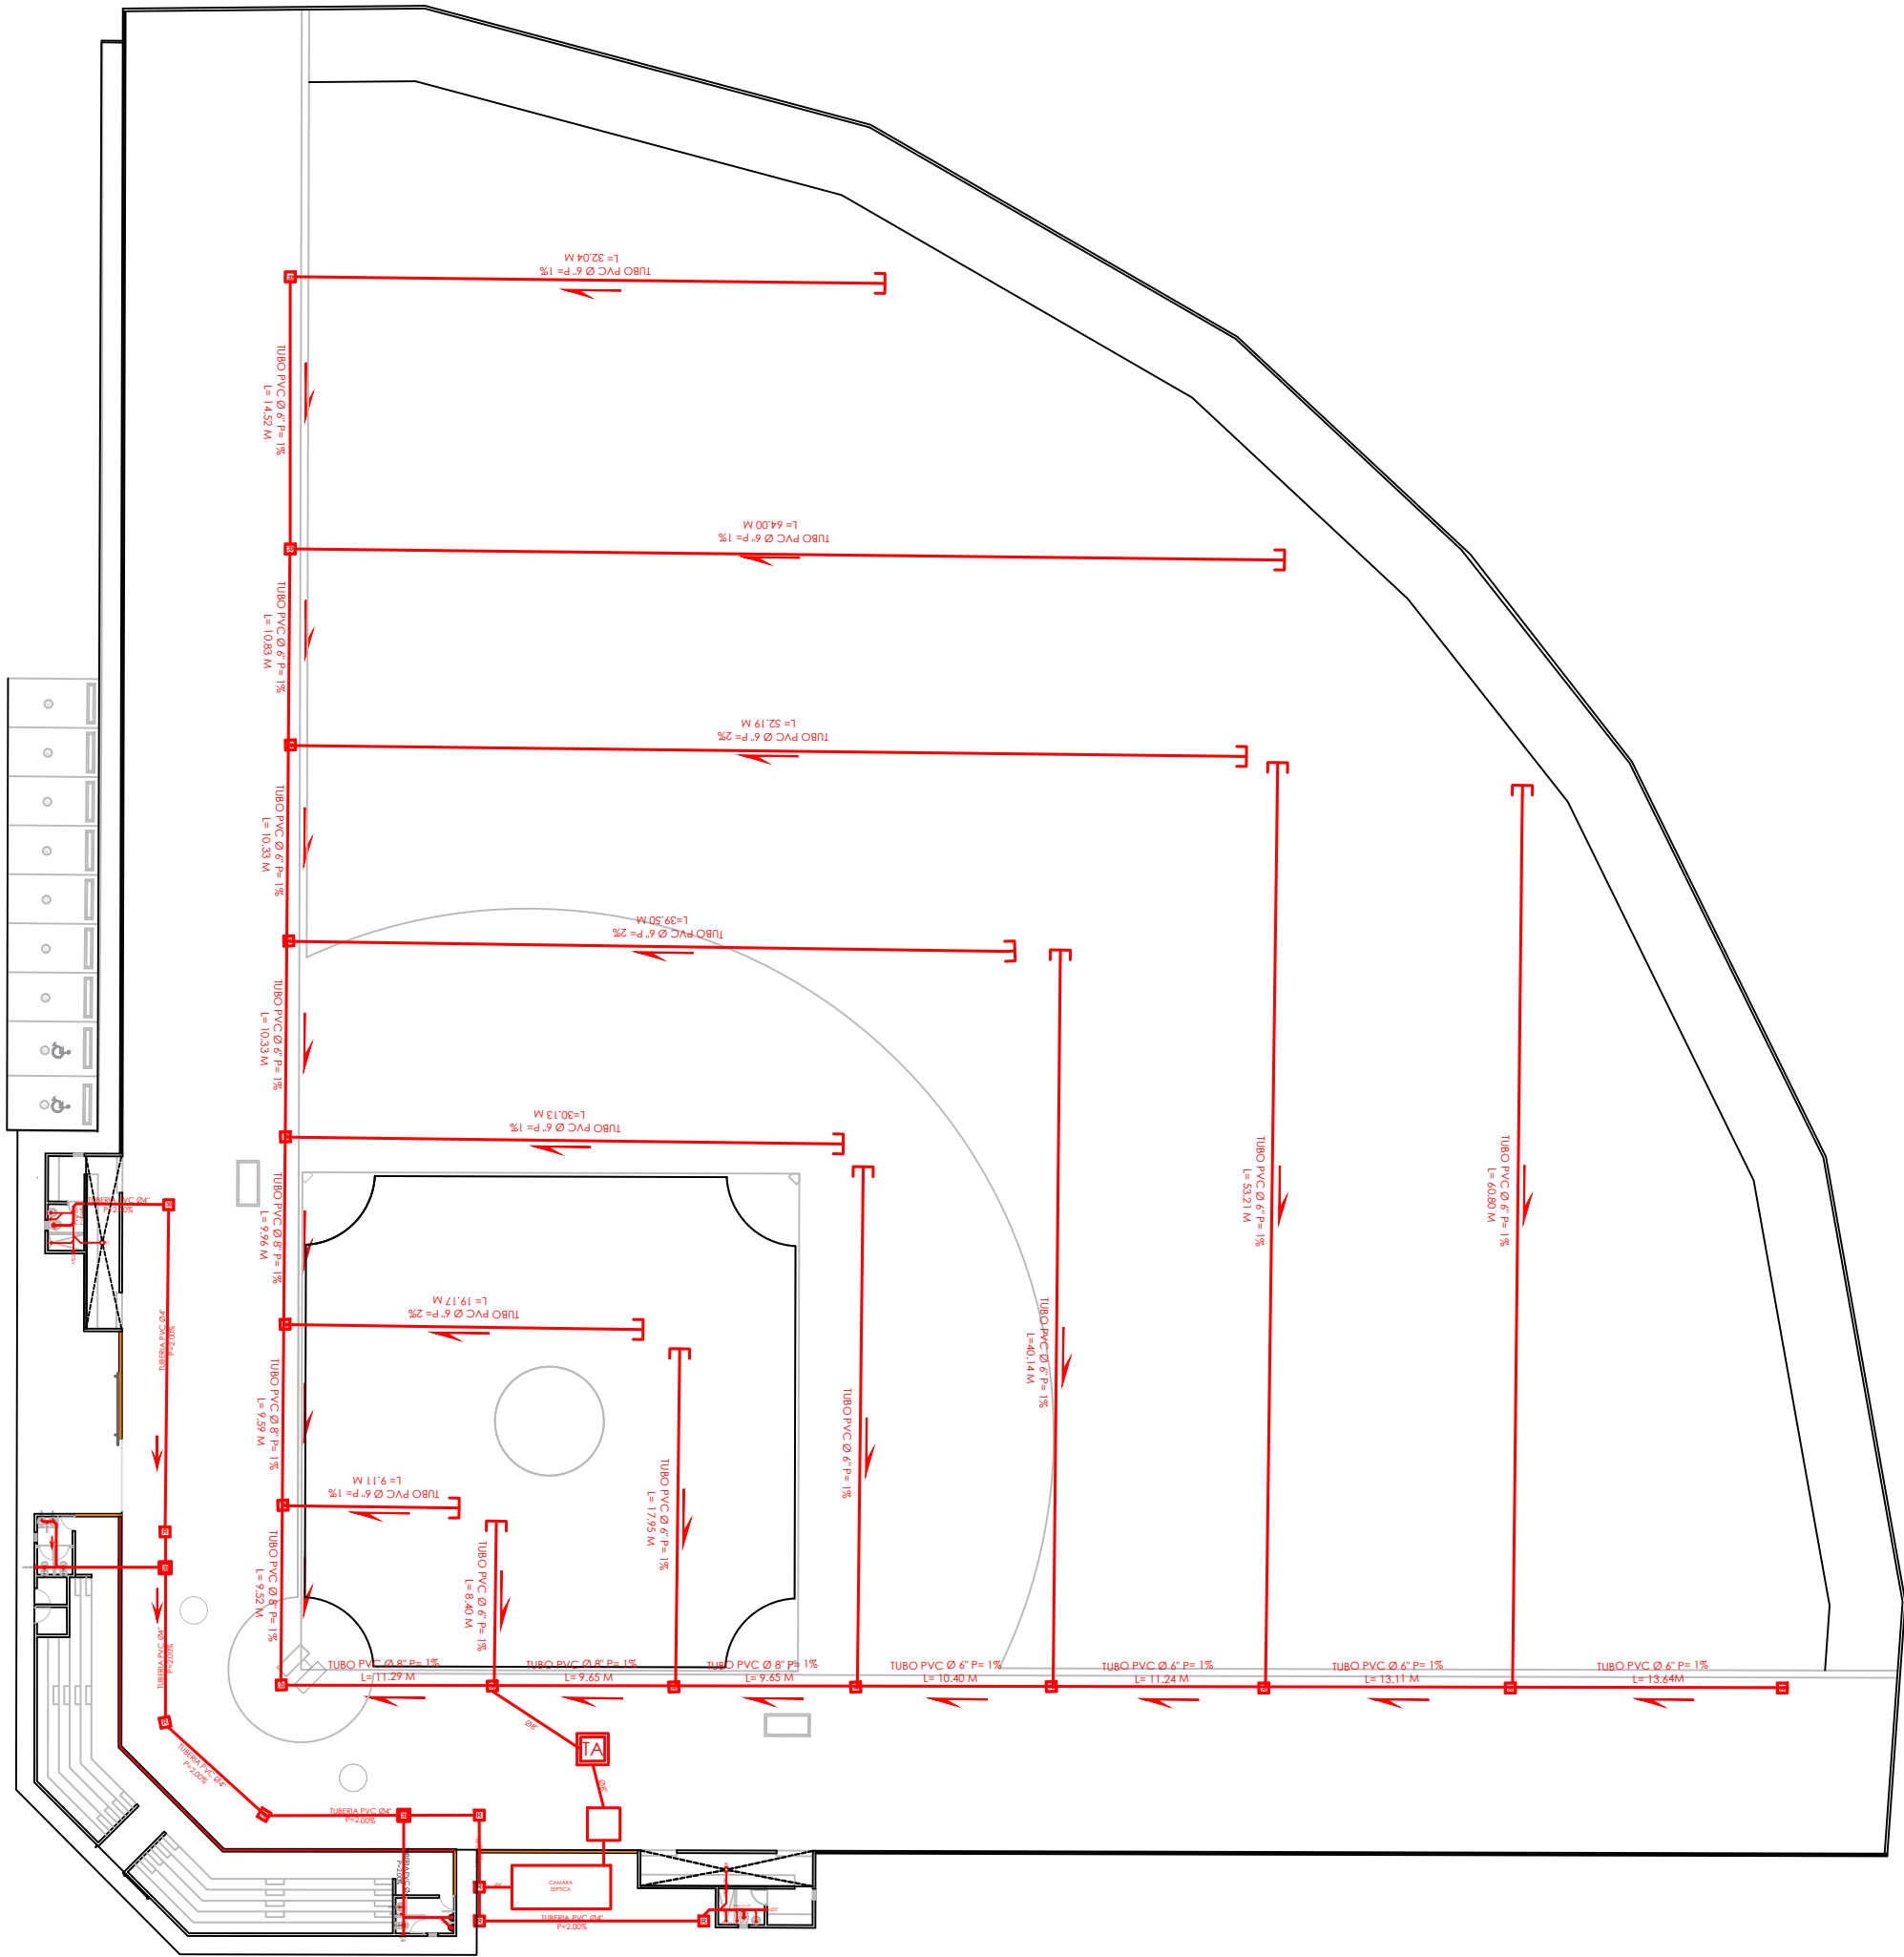


1
00

PLANTA INSTALACIONES SANITARIAS - AGUAS NEGRAS

ESC. 1:500

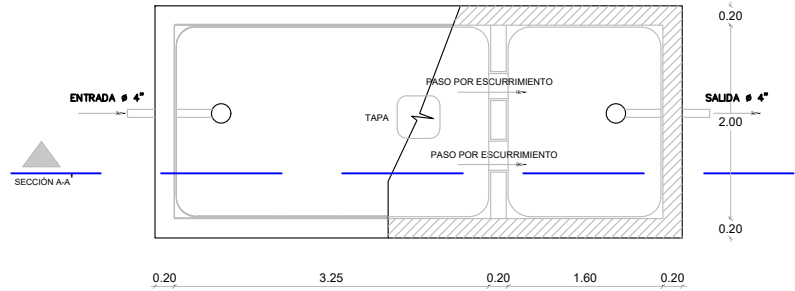


PLANTA

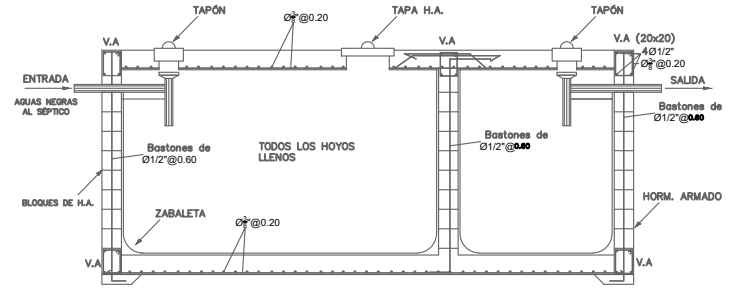


SECCIÓN A-A

DETALLE REGISTRO

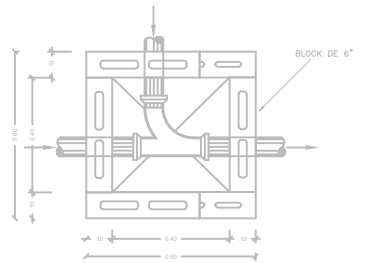


DETALLE TRAMPA DE ARENA

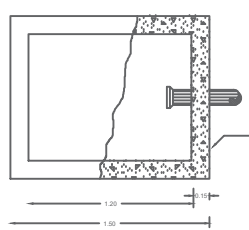


PLANTA

PLANTA

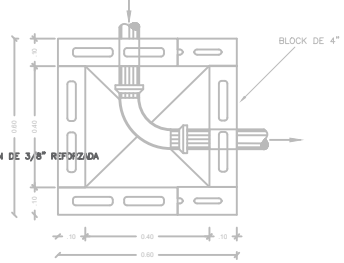


PLANTA

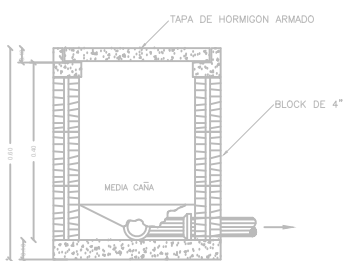

SECCION

DRENAJE CANALES RECOLECTORES DE AGUA PLUVIAL TERRENO DE JUEGO

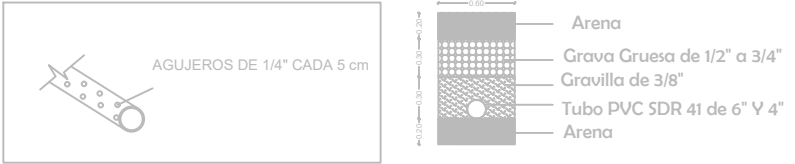


NOTA

- TODAS LAS TUBERIAS A USAR EN LOS SISTEMAS DE DESAGUES DE AGUA POTABLE, AGUAS NEGRAS Y PLUVIAL SERAN DE P.V.C
- LA PENDIENTE DE LAS TUBERIAS DEL SISTEMA DE DESAGUE DE AGUAS NEGRAS SERAN DE 2%
- LAS TUBERIAS DE VENTILACION SUBIRAN 0.30 M SOBRE EL NIVEL DE TECHO
- TUBERIA DE DRENAJE PLUVIAL PARA EL TERRENO DE JUEGO, TUBO DE 6" Y 8" PVC SDR 41
- LAS TUBERIA DE DRENAJE PLUVIAL EN PVC DEBEN SER RECUBIERTAS CON UNA MALLA GEOTEXTIL

LEYENDA SANITARIA

SÍMBOLO	ABREV.	DESCRIPCION	SÍMBOLO	ABREV.	DESCRIPCION
	i	INODORO		R	REGISTRO
	Lm	LAVAMANOS			TUBERIA
	D	DUCHA		TA	TRAMPA DE ARENA
	Fr	FREGADERO		CS	CAMARA SEPTICA

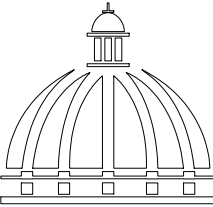

GOBIERNO DE LA
REPÚBLICA DOMINICANA

DIRECCION DE DESARROLLO
PROVINCIAL
DDP

Ave. Dr. Delgado, Esq. Moisés García,
Gazcue, Sto. Dgo., R.D.
TEL.: (809)-364-2189 | FAX.: (809)- 688-1665
E-Mail: info@cpadp.gob.do

PROYECTO:

CONSTRUCCIÓN CAMPO DE BÉISBOL EL
PESCOZON, MUNICIPIO VILLA LA MATA,
PROVINCIA SANCHEZ RAMIREZ
REPUBLICA DOMINICANA

EQUIPO DE TRABAJO:

DISÑO ARQUITECTÓNICO
ARQ.

codia 00000

ENC. INGENIERÍA
ING. FIOR DALIZA BONIFACIO
codia 00000

ESTRUCTURAL
ING.

codia 00000

ELÉCTRICO
ING. Juan Pérez
codia 00000

HIDRO-SANITARIO
ING. Francis Estévez
codia 00000

SELLO DE APROBACIÓN:

FECHA:

CONTENIDO:
PLANTA INSTALACIONES
SANITARIAS AGUAS NEGRAS

ESCALA:

1:100

SEPTIEMBRE 2026

NO. PÁGINA:

006

PROYECTO:

**CONSTRUCCIÓN CAMPO DE BÉISBOL EL
PESCOZON, MUNICIPIO VILLA LA MATA,
PROVINCIA SANCHEZ RAMIREZ
REPUBLICA DOMINICANA**

EQUIPO DE TRABAJO:

DISEÑO ARQUITECTÓNICO
ARQ. _____
codia 00000

ENC. INGENIERÍA
ING. FIOR DALIZA BONIFACIO
codia 00000

ESTRUCTURAL
ING. _____
codia 00000

ELÉCTRICO
ING. Juan Pérez
codia 00000

HIDRO-SANITARIO
ING. Francis Estévez
codia 00000

SELLO DE APROBACIÓN:

FECHA: _____

CONTENIDO:

PLANTA INSTALACIONES
ELECTRICAS


ESCALA:

1:100


SEPTIEMBRE 2026


NO. PÁGINA:



007

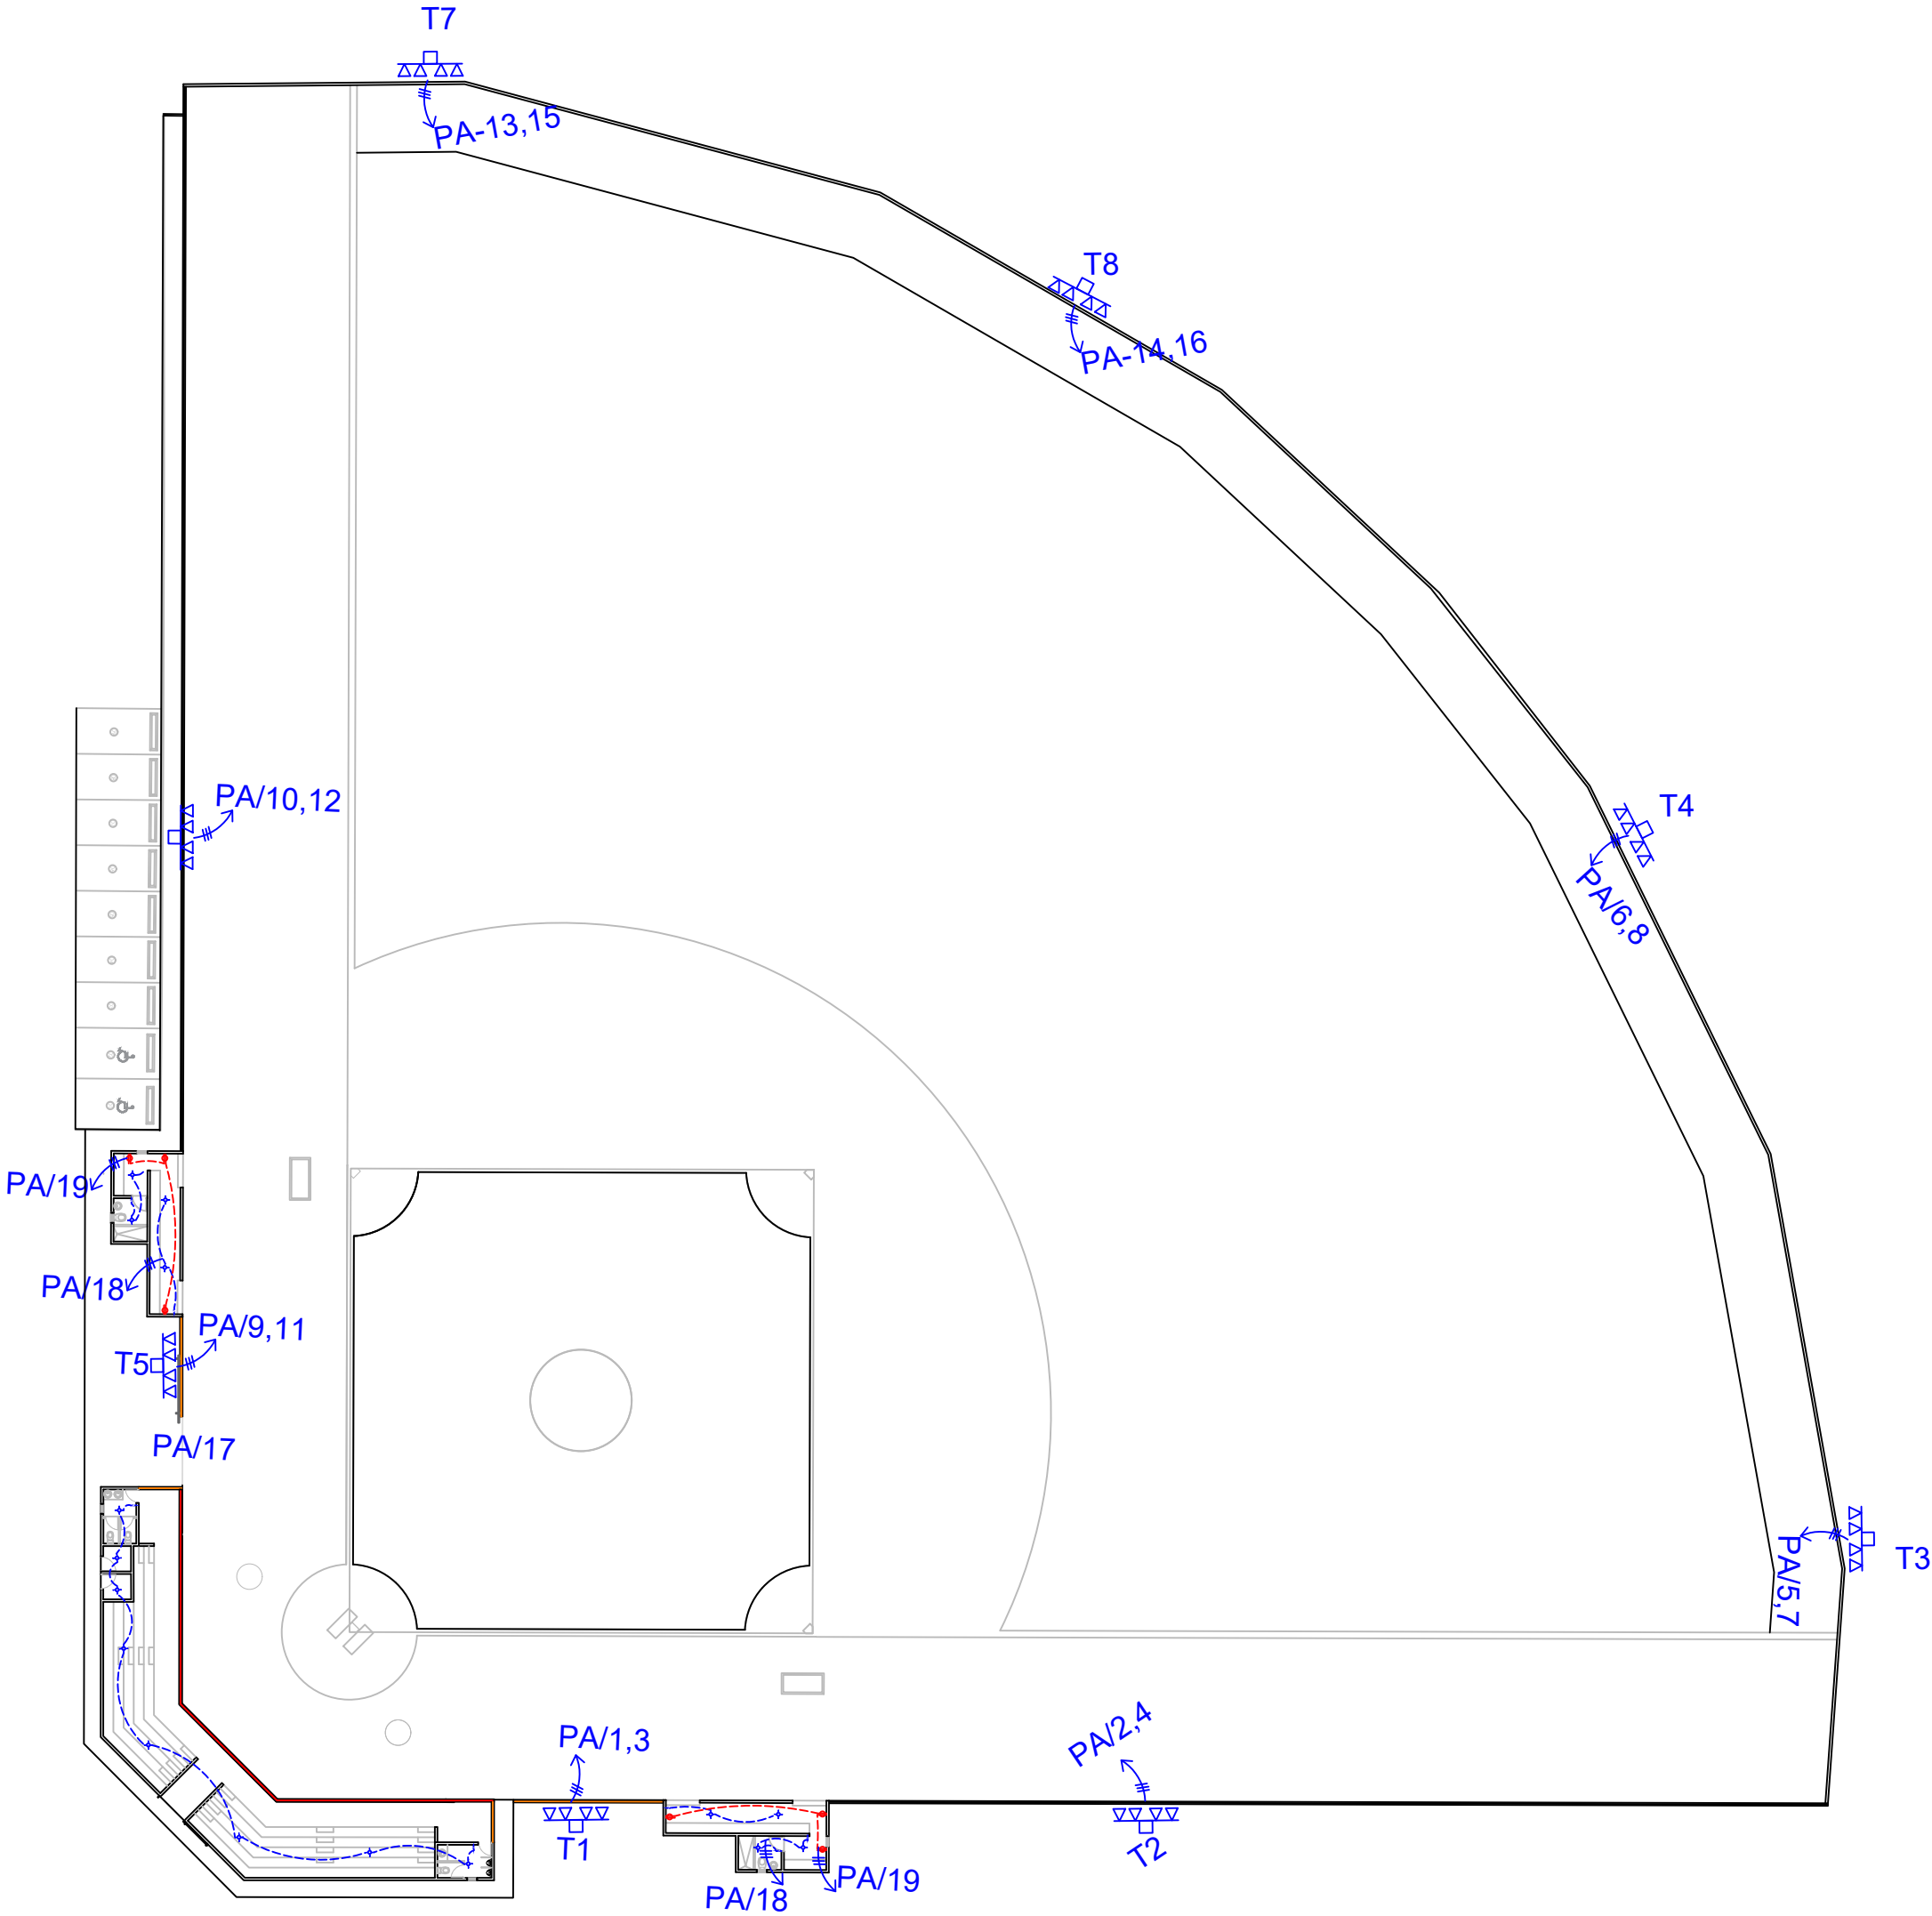

LEYENDA	
SIMBOLOGÍA	NOMBRE
	Luces de Techo
	Luces colgante tipo campana
	Lampara flour 4x4
	Lampara flour 2x4
	Luces de Pared
	Interruptores sencillo, 15A, 120V
	Interruptores doble, 15A, 120V
	Interruptores triple, 15A, 120V
	Interruptores 3 Way, 15A, 120V
	Interruptores 4 Way, 15A, 120V
	Interruptores Con luz piloto, 15A, 120V
	Poste Hormigon Armado 50' con escalerilla lampara MH, 1500W, 240 V
	Toma Corriente 120V, Doble, 20A
	Toma Corriente 240V, Sencillo, 30A
	Toma Corriente 120 de UPS, Doble, 20A
	Teléfono
	Antena de Televisión
	Data
	Hacia el Panel con 2 hilos
	Hacia el Panel con 3 hilos
	Tubería Empotrada en Losa
	Tubería Empotrada en Tierra
	Panel de Distribución Eléctrica
	Panel Board
	Breaker
	Registro
	Medidor o contador
	Transformador
	Abanico de Techo
	Equipos Eléctricos
	Transfer Switch
	Módulo de Contador
	Enclosed Breaker
	Tubería Empotrada con 3 hilos
	Inversor, UPS

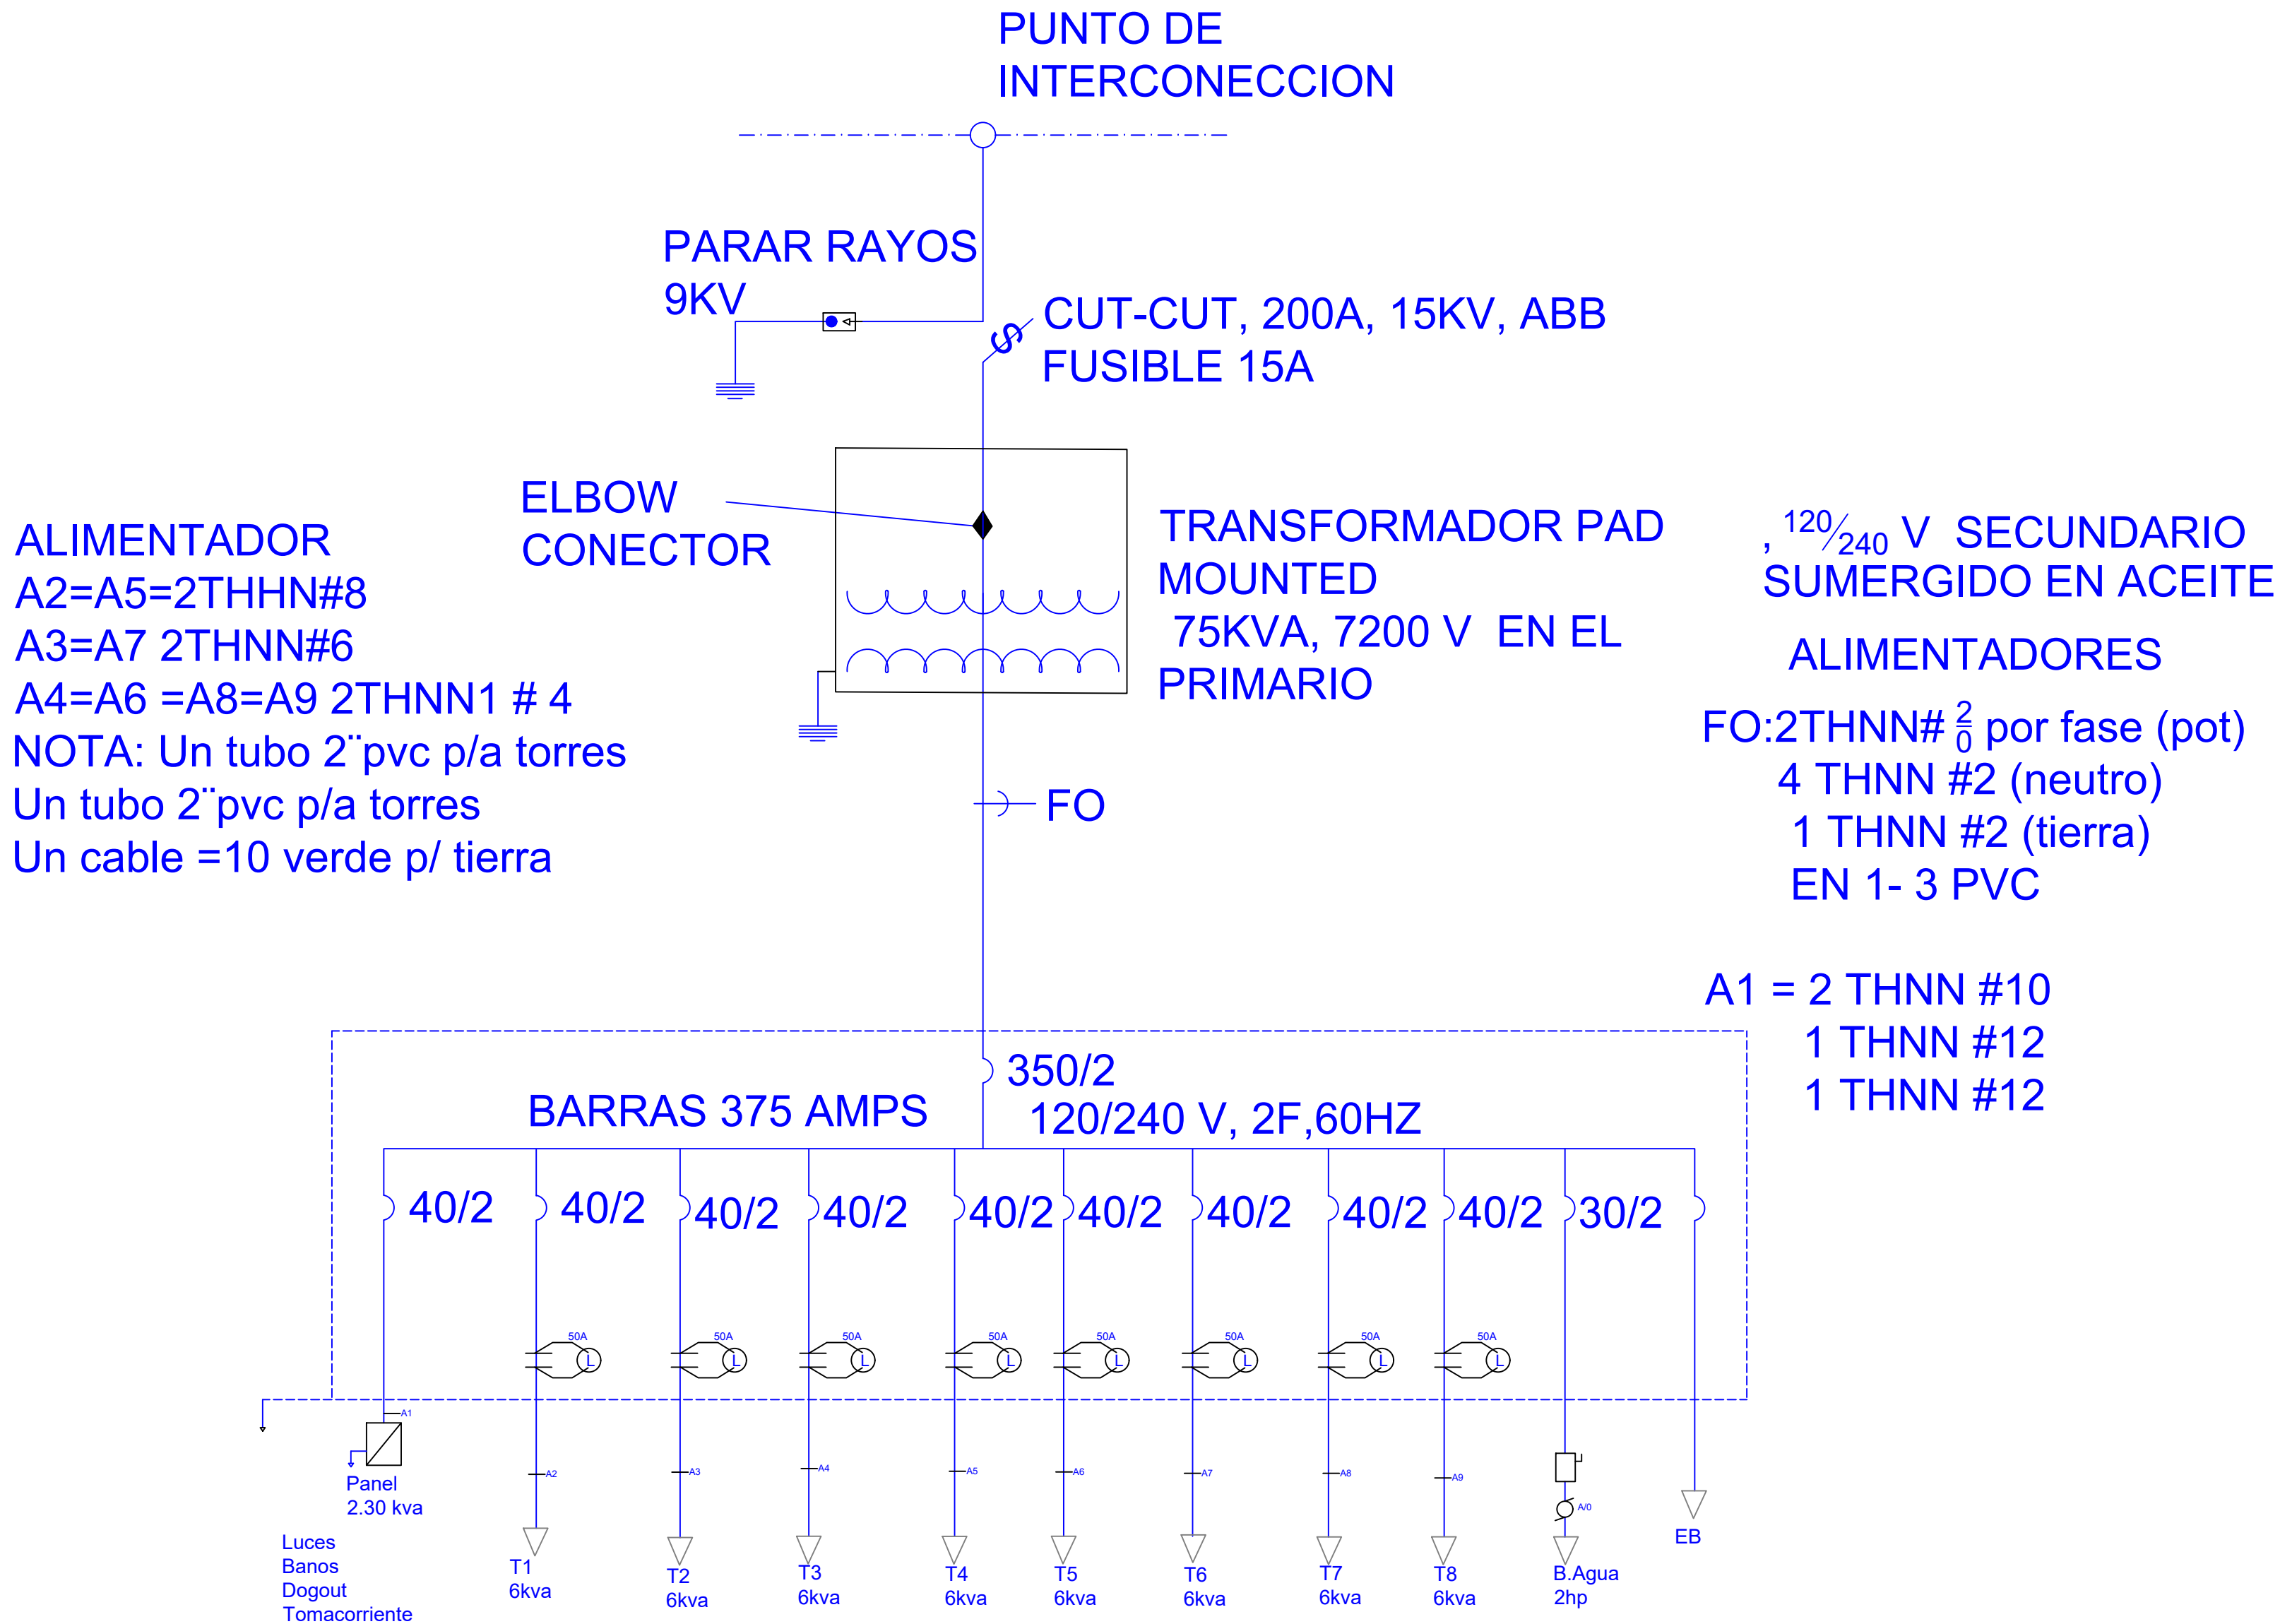

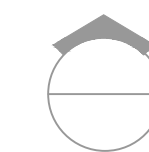 **DIAGRAMA UNIFILAR**
ESC. N/E

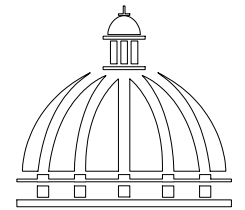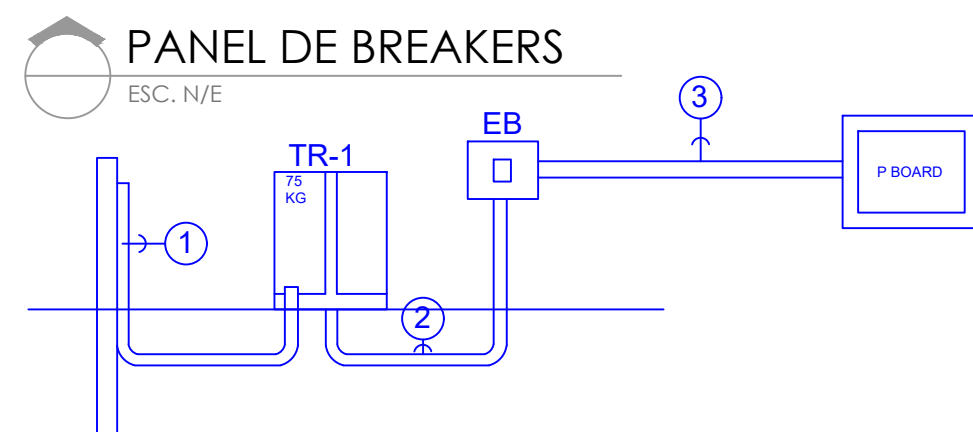

GOBIERNO DE LA
REPÚBLICA DOMINICANA

DIRECCION DE DESARROLLO
PROVINCIAL
DDP

Ave. Dr. Delgado, Esq. Moises García,
Gazcue, Sto. Dgo., R.D.
TEL.: (809)-364-2189 | FAX.: (809)- 688-1665
E-Mail: info@cpadp.gob.do

PROYECTO:

CONSTRUCCIÓN CAMPO DE BÉISBOL EL
PESCOZON, MUNICIPIO VILLA LA MATA,
PROVINCIA SANCHEZ RAMIREZ
REPUBLICA DOMINICANA

EQUIPO DE TRABAJO:

DISEÑO ARQUITECTÓNICO
ARQ.

codia 00000

ENC. INGENIERÍA

ING. FIOR DALIZA BONIFACIO
codia 00000

ESTRUCTURAL

ING.

codia 00000

ELÉCTRICO

ING. Juan Pérez
codia 00000

HIDRO-SANITARIO

ING. Francis Estévez
codia 00000

SELLO DE APROBACIÓN:

FECHA:

CONTENIDO:

DIAGRAMA UNIFILAR


ESCALA:

N/A

SEPTIEMBRE 2026


NO. PÁGINA:

008

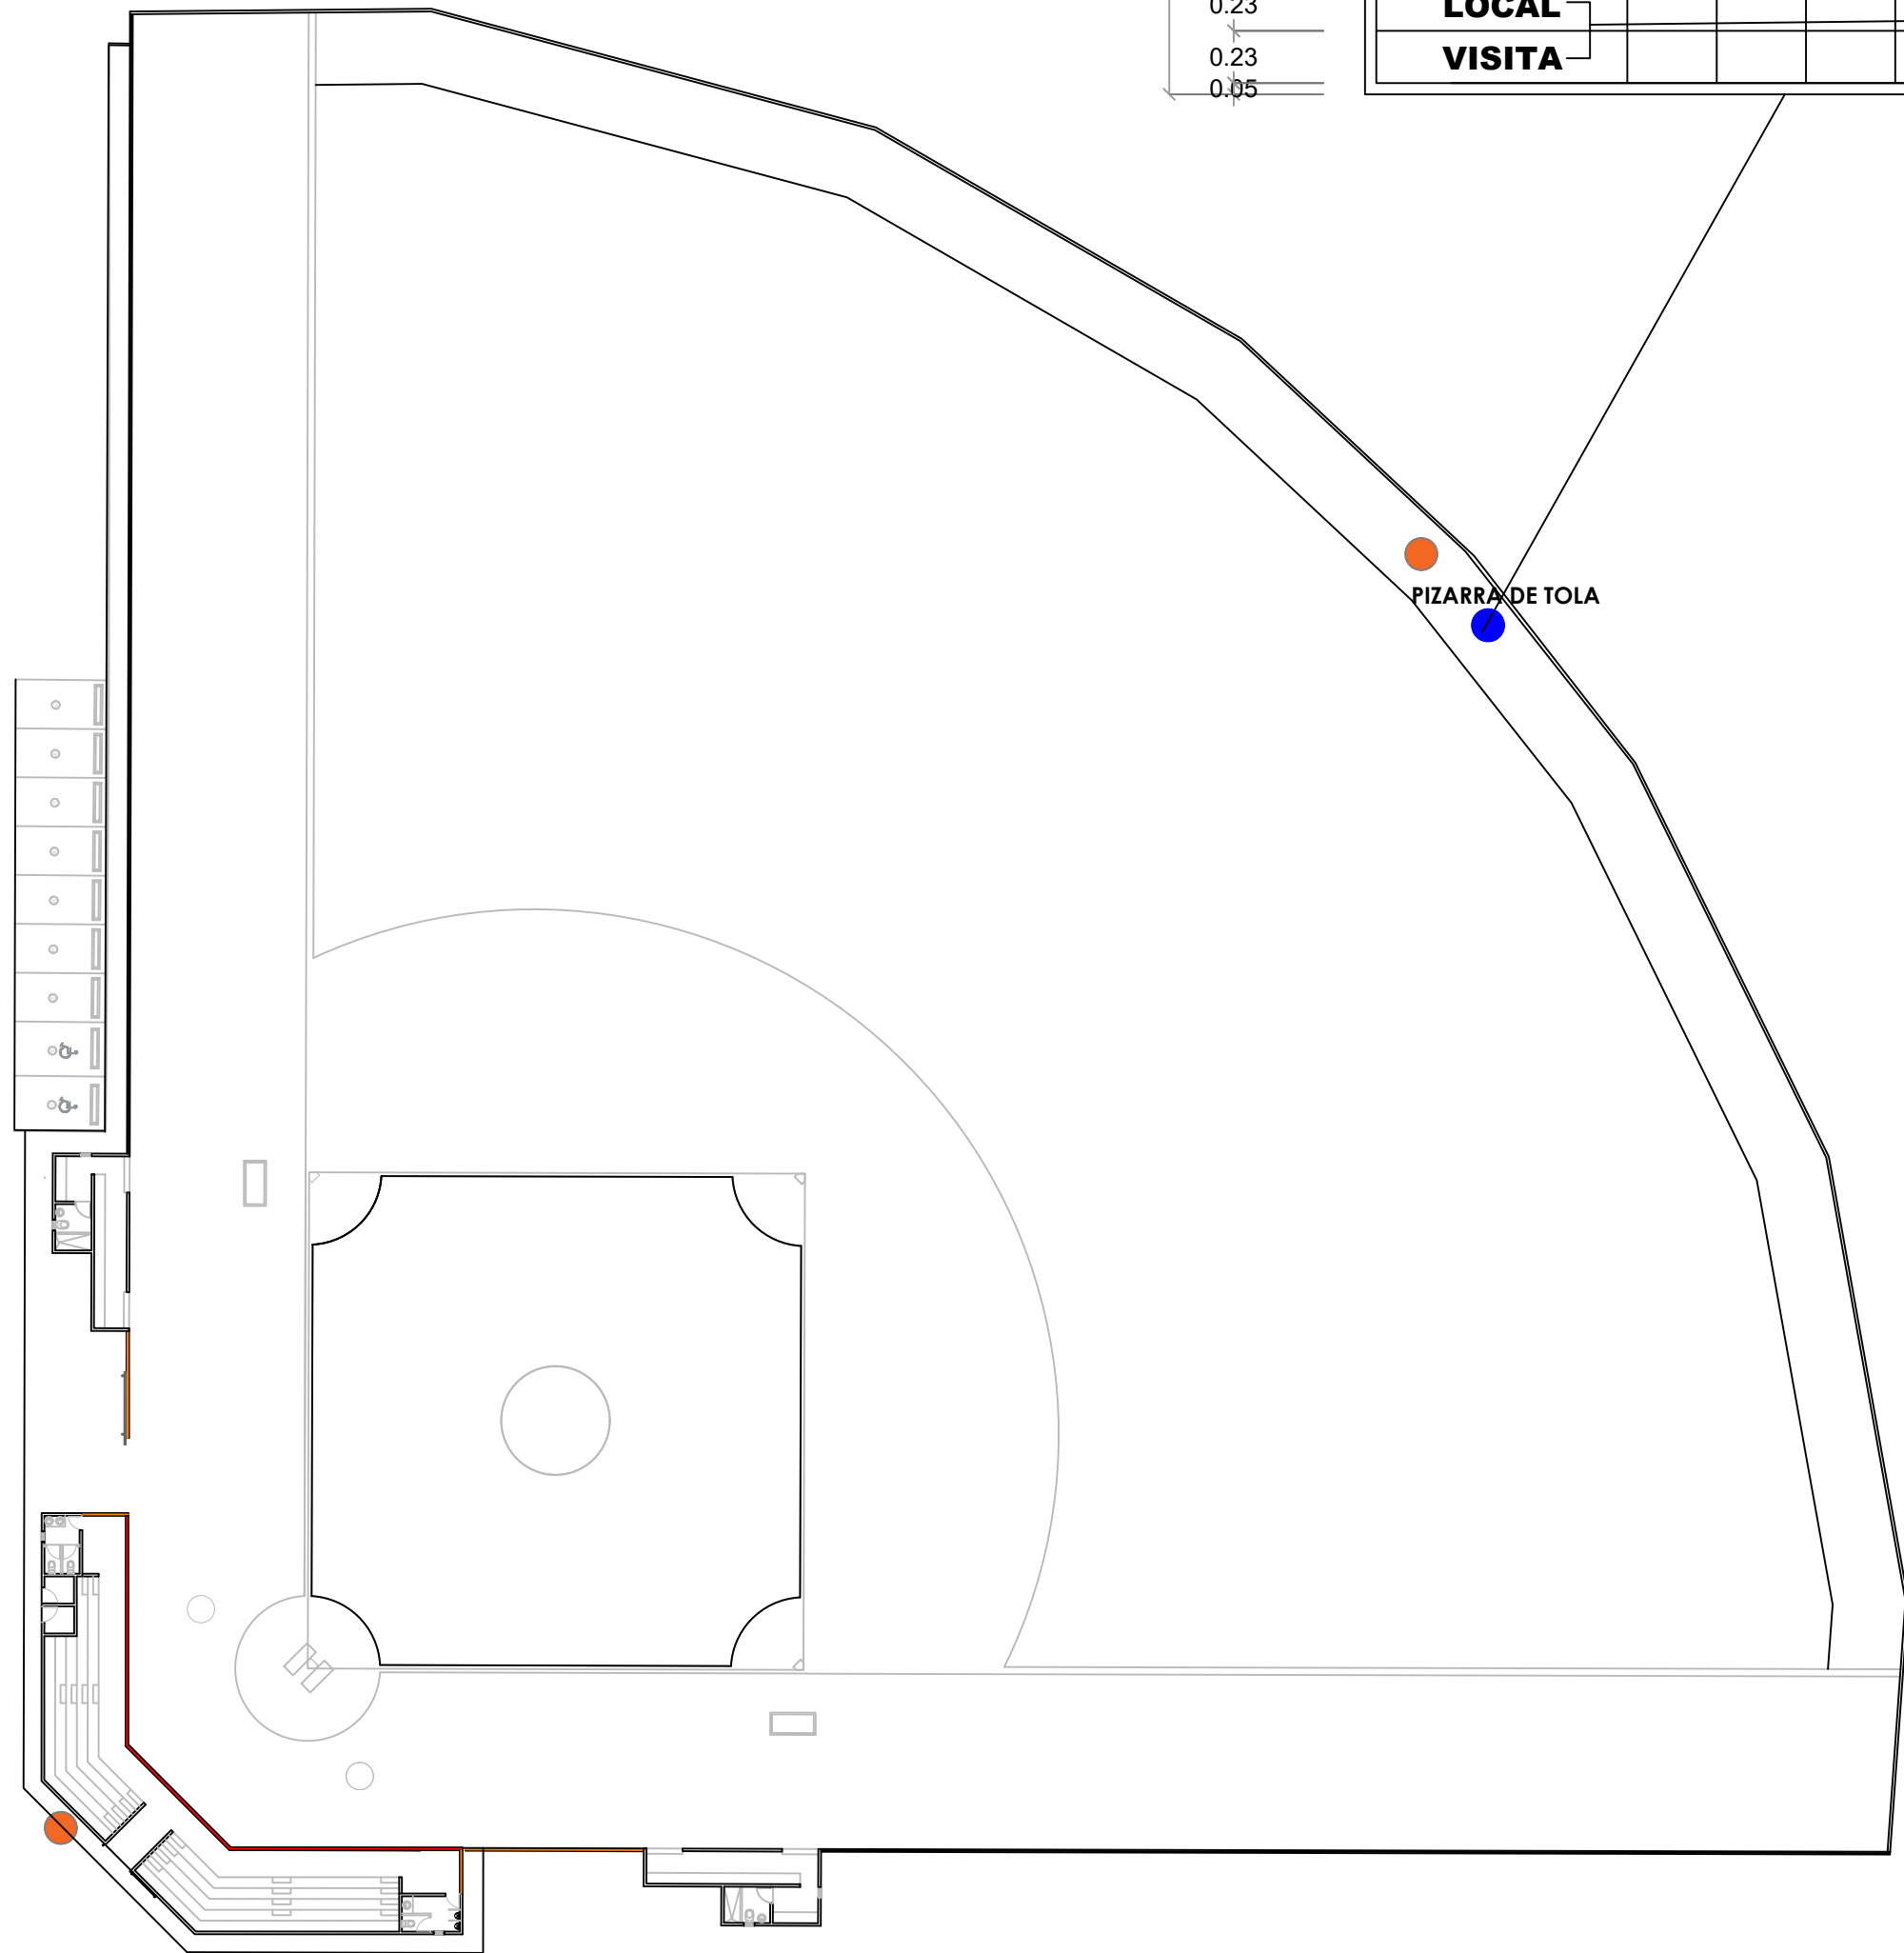

LEYENDA ZONIFICACION DE LOGOS		
SIMBOLO	DESCRIPCION	CANTIDAD
●	LOGOS	2

NOTA: CADA LOGO TENDRA DE DIAMETRO 1.20 M
ESTA CENTRALIZADO RESPECTO AL ESPACIO
DONDE SE UBICA, ESTO ES DE ACUERDO AL
ANCHO Y AL ALTO DEL AREA

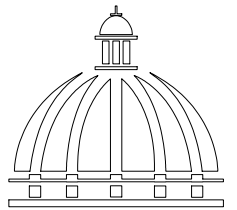

GOBIERNO DE LA
RBPÚBLICA DOMINICANA

DIRECCION DE DESARROLLO
PROVINCIAL
DDP

Ave. Dr. Delgado, Esq. Moises García,
Gazcue, Sto. Dgo., R.D.
TEL.: (809)-364-2189 | FAX.: (809)- 688-1665
E-Mail: info@cpadp.gob.do

PROYECTO:

CONSTRUCCIÓN CAMPO DE BÉISBOL EL
PESCOZON, MUNICIPIO VILLA LA MATA,
PROVINCIA SANCHEZ RAMIREZ
REPUBLICA DOMINICANA

EQUIPO DE TRABAJO:

DISEÑO ARQUITECTÓNICO
ARQ.

codia 00000

ENC. INGENIERÍA

ING. FIOR DALIZA BONIFACIO

codia 00000

ESTRUCTURAL

ING.

codia 00000

ELÉCTRICO

ING. Juan Pérez

codia 00000

HIDRO-SANITARIO

ING. Francis Estévez

codia 00000

SELLO DE APROBACIÓN:

FECHA:

CONTENIDO:

DETALLE UBICACION
LOGOS Y PIZARRA


ESCALA:

1:100


SEPTIEMBRE 2026

NO. PÁGINA:



009

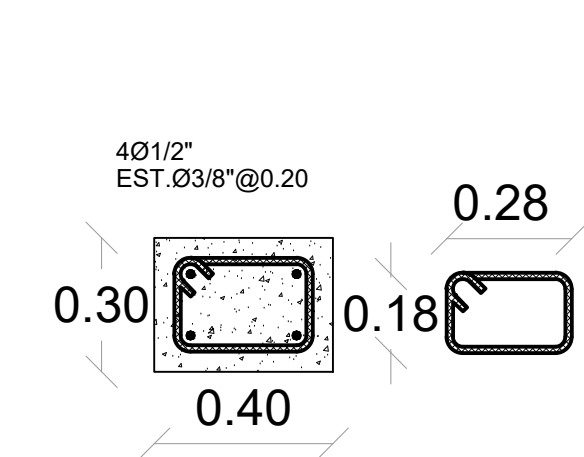


SECCION COLUMNA CA
Columna de amarre @ 3m
Esc. 1:50

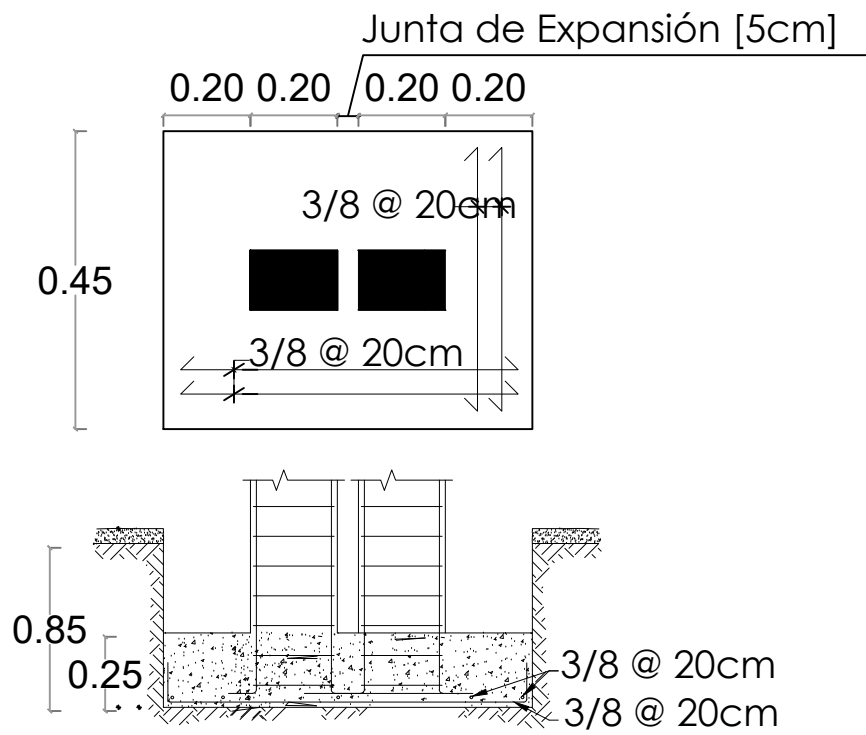


DETALLE ZAPATA COLUMNA EN JUNTA DE EXPANSIÓN
Una junta de expansión c/18m (cada 6 col. de amarre)

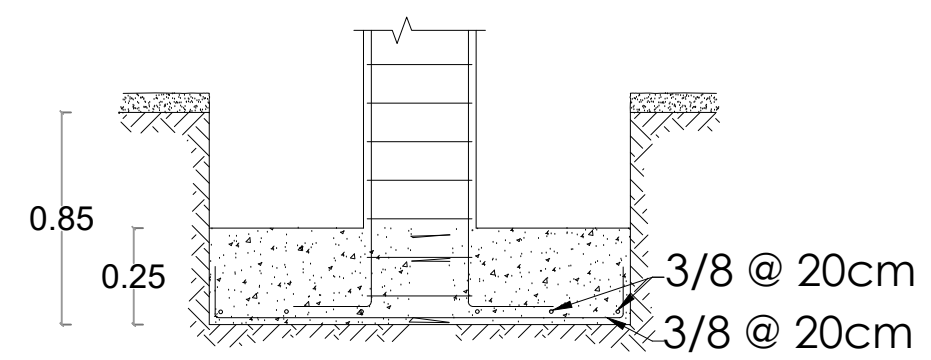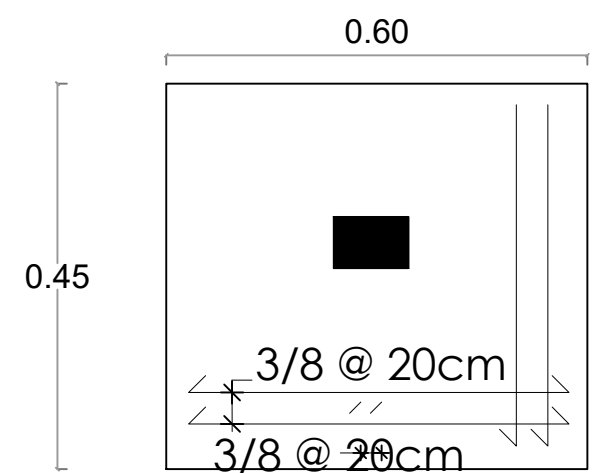


DETALLE ZAPATA COLUMNA CA

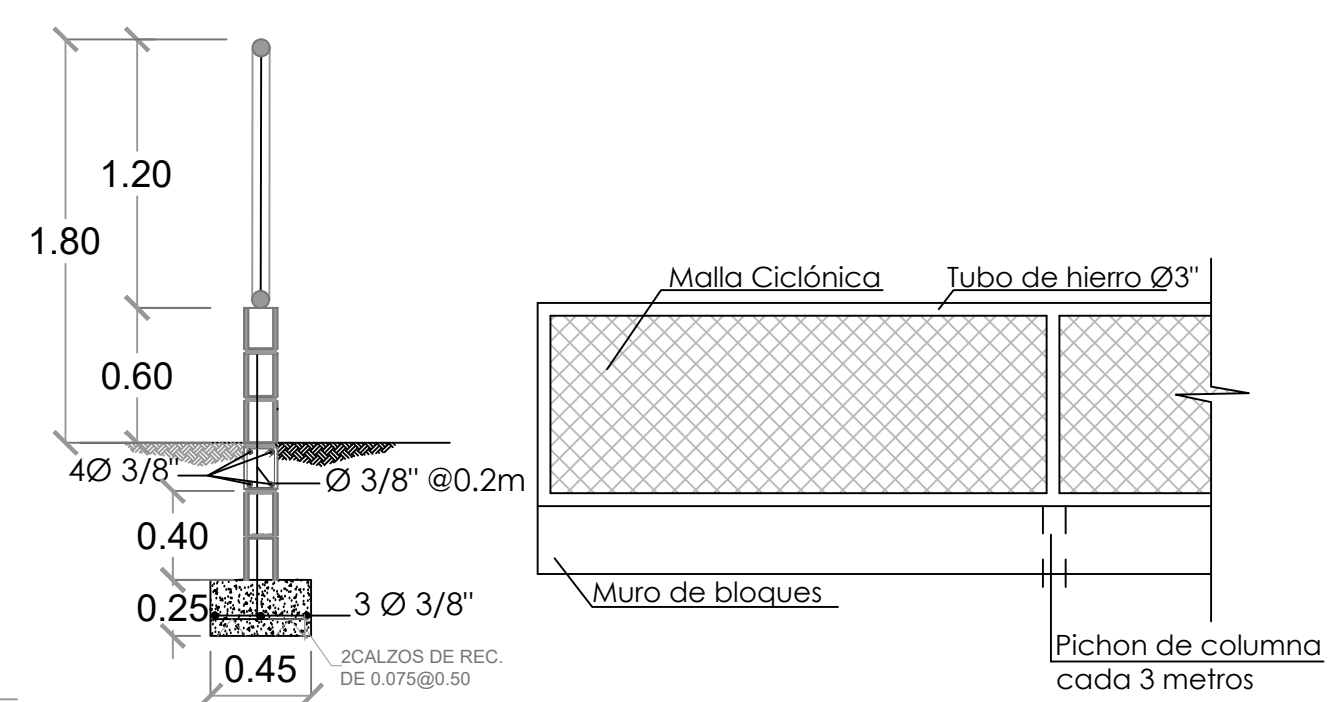


MURO DE BLOQUES Y MALLA CICLÓNICA
H=1.80 M L= 159.36 M

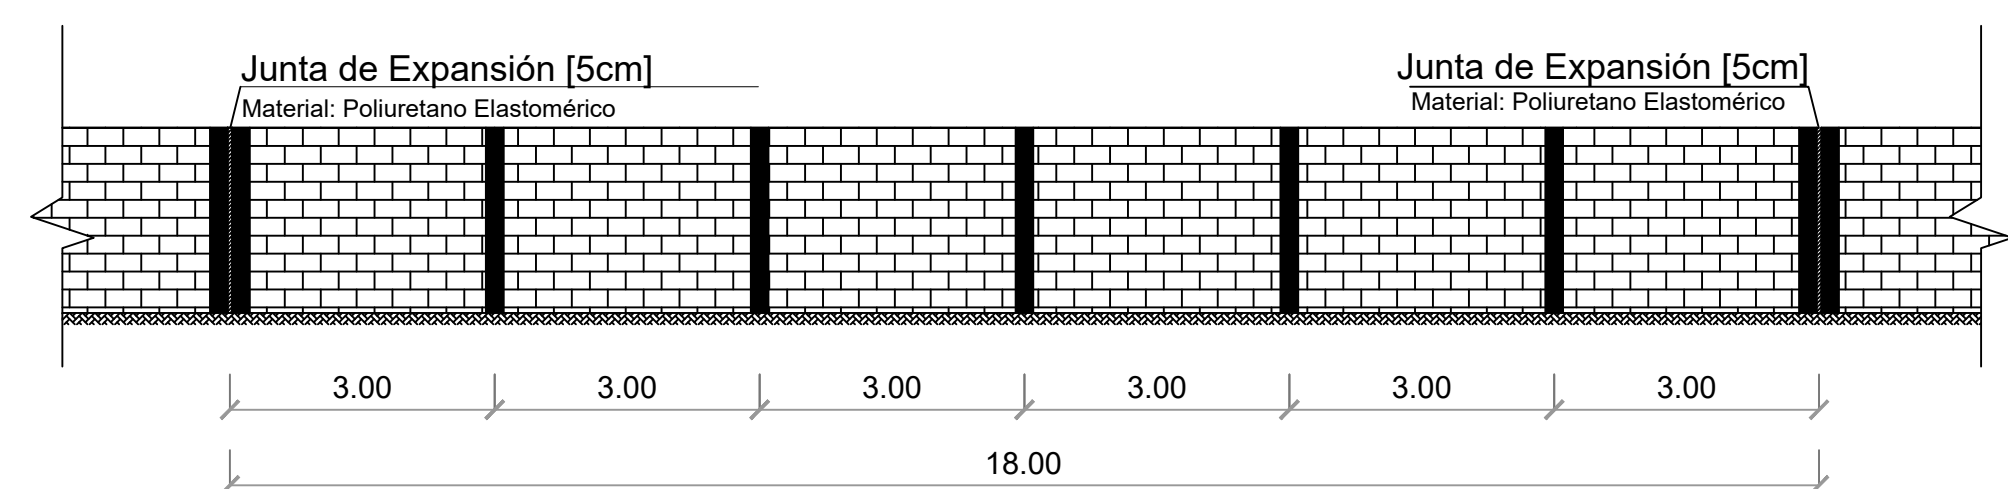


ELEVACIÓN VERJA DE BLOQUES C/ JUNTA DE EXPANSIÓN
Una junta de expansión c/18m (cada 6 col. de amarre)

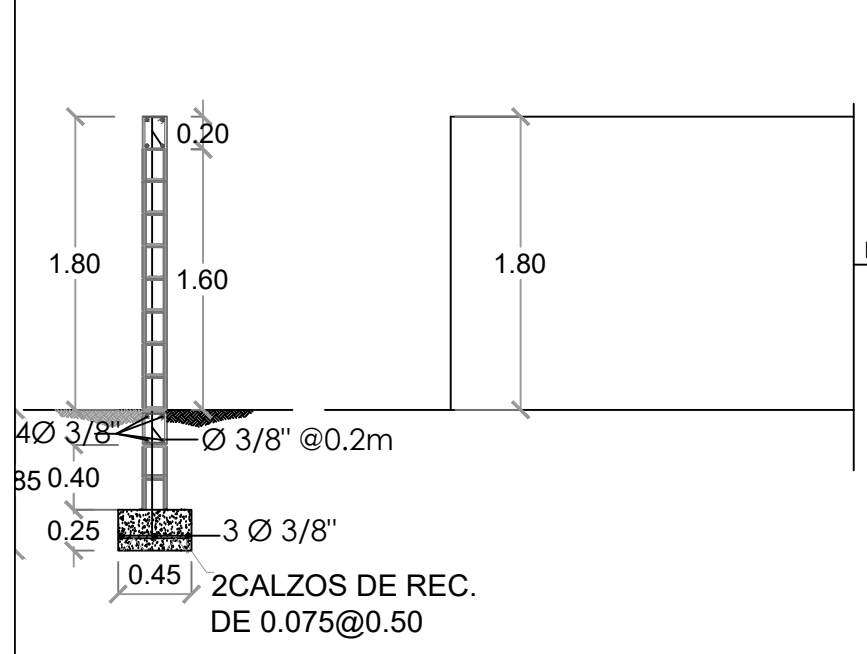


MURO DE BLOQUES H=1.80 M L= 191.27 M

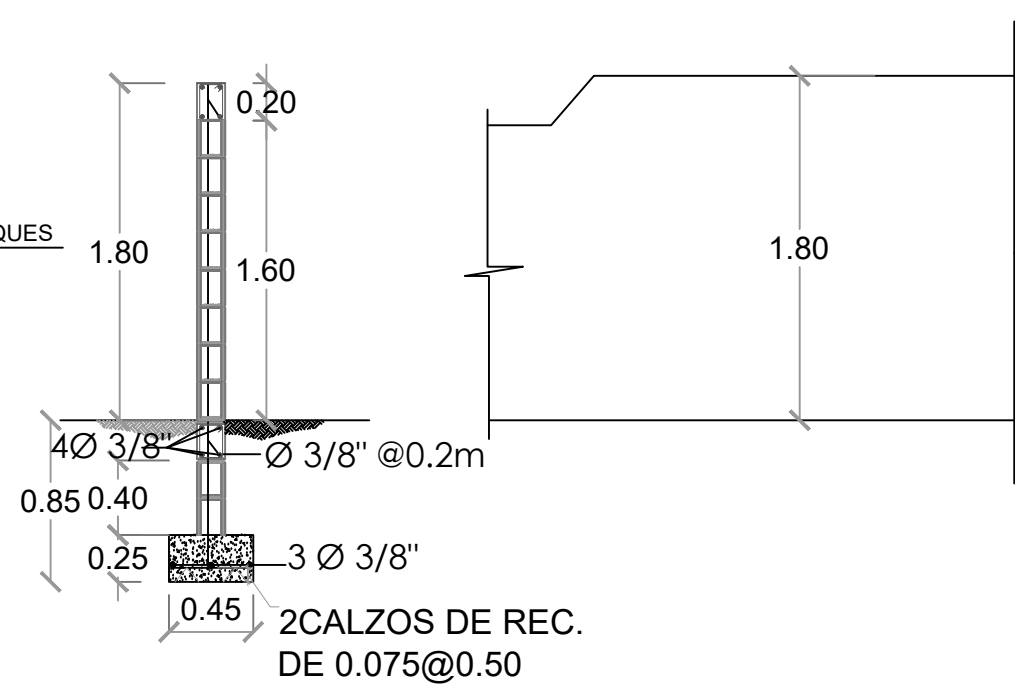

MURO DE BLOQUES - CENTER FIELD H=1.80 M L= 15.00 M

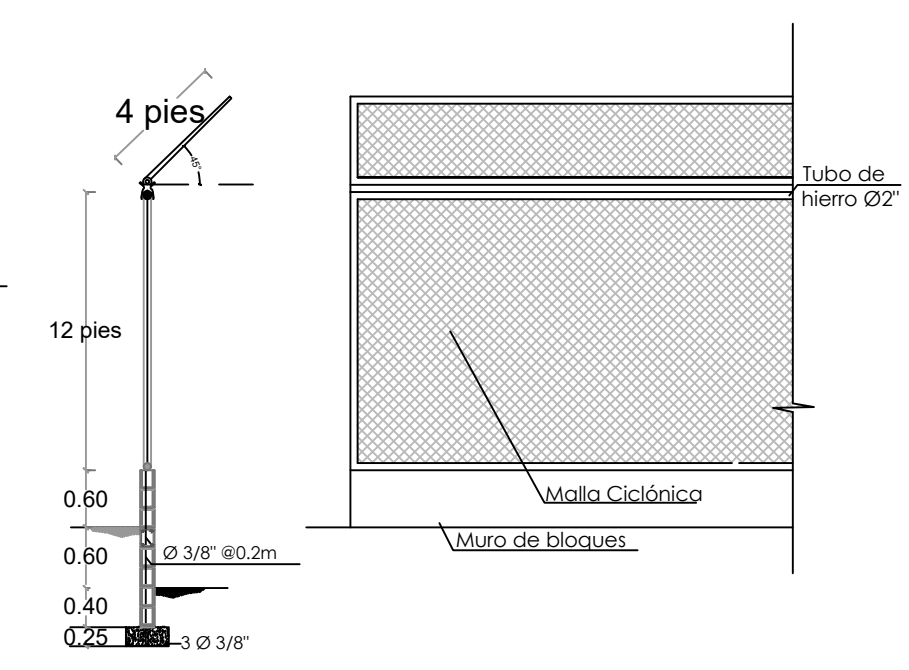

BACKSTOP H=5.40M L= 30.00 M

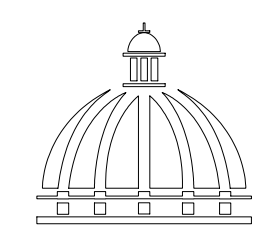

GOBIERNO DE LA
REPÚBLICA DOMINICANA

DIRECCION DE DESARROLLO
PROVINCIAL
DDP

Ave. Dr. Delgado, Esq. Moises García,
Gazcue, Sto. Dgo., R.D.
TEL.: (809)-364-2189 | FAX.: (809)- 688-1665
E-Mail: info@cpadp.gob.do

PROYECTO:
CONSTRUCCIÓN CAMPO DE BÉISBOL EL PESCOZON, MUNICIPIO VILLA LA MATA, PROVINCIA SANCHEZ RAMIREZ REPUBLICA DOMINICANA

EQUIPO DE TRABAJO:
DISEÑO ARQUITECTÓNICO
ARQ. codia 00000
ENC. INGENIERÍA
ING. FIOR DALIZA BONIFACIO codia 00000
ESTRUCTURAL
ING. codia 00000
ELÉCTRICO
ING. Juan Pérez codia 00000
HIDRO-SANITARIO
ING. Francis Estévez codia 00000

SELLO DE APROBACIÓN:




FECHA:

CONTENIDO:
DETALLES DE VERJA

ESCALA:
N/A


SEPTIEMBRE 2026

NO. PÁGINA:
010

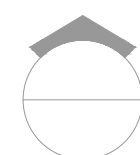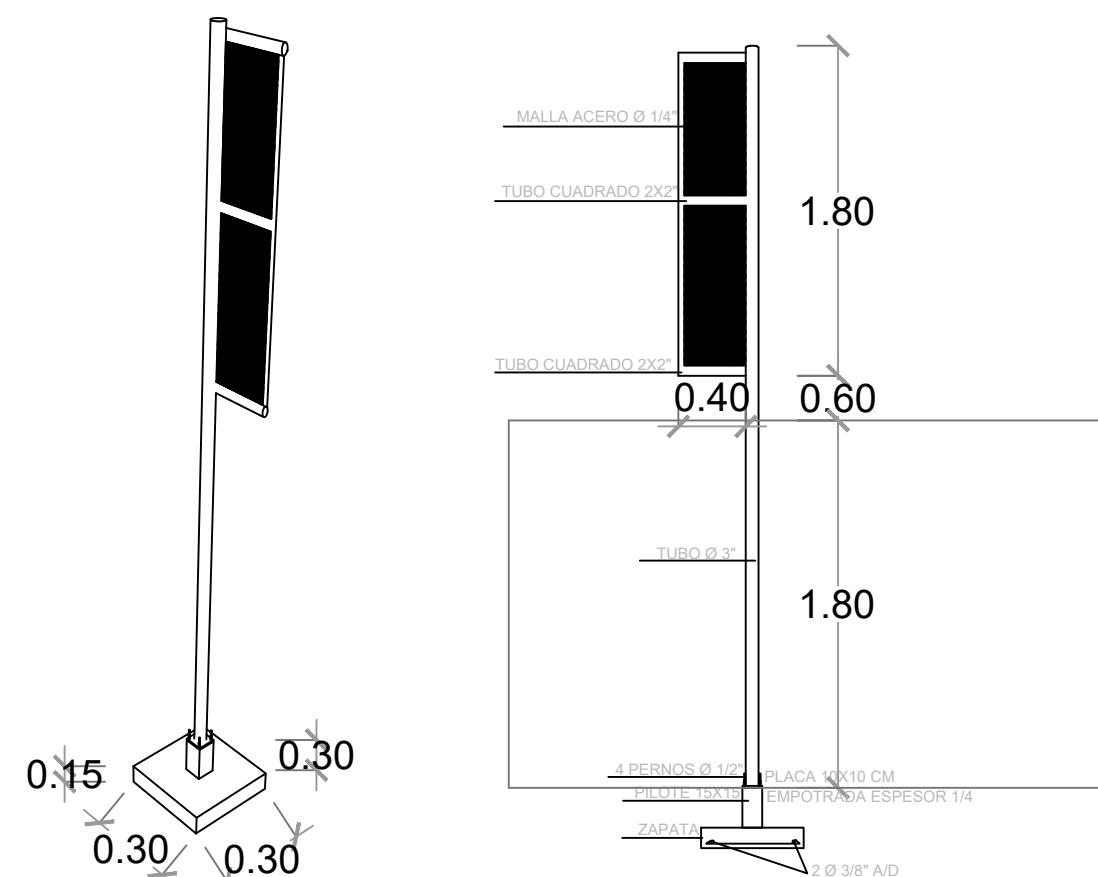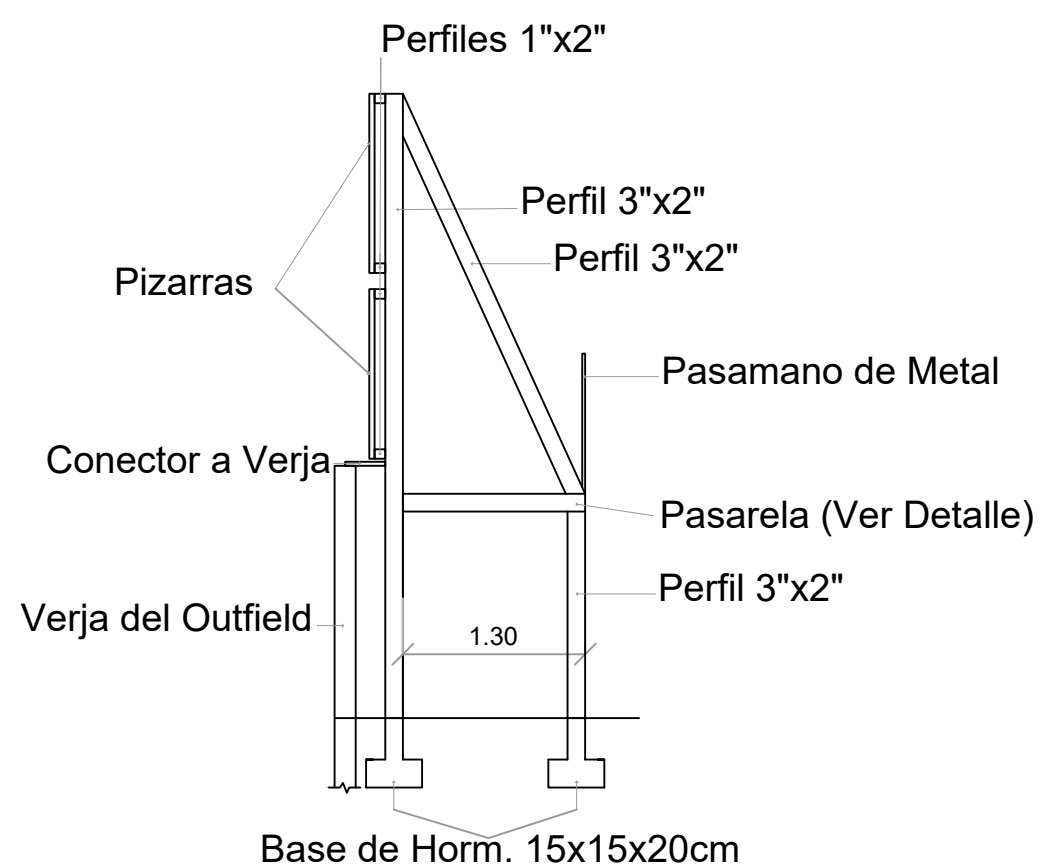

ESC. 1:100



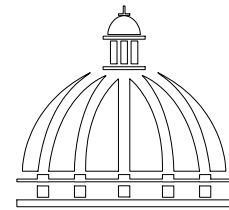

GOBIERNO DE LA
REPÚBLICA DOMINICANA

DIRECCION DE DESARROLLO
PROVINCIAL
DDP

Ave. Dr. Delgado, Esq. Moises García,
Gazcue, Sto. Dgo., R.D.
TEL.: (809)-364-2189 | FAX.: (809)- 688-1665
E-Mail: info@cpadp.gob.do

PROYECTO:

CONSTRUCCIÓN CAMPO DE BÉISBOL EL
PESCOZON, MUNICIPIO VILLA LA MATA,
PROVINCIA SANCHEZ RAMIREZ
REPUBLICA DOMINICANA

EQUIPO DE TRABAJO:

DISEÑO ARQUITECTÓNICO
ARQ.

codia 00000

ENC. INGENIERÍA

ING. FIOR DALIZA BONIFACIO

codia 00000

ESTRUCTURAL

ING.

codia 00000

ELÉCTRICO

ING. Juan Pérez

codia 00000

HIDRO-SANITARIO

ING. Francis Estévez

codia 00000

SELLO DE APROBACIÓN:

FECHA:

CONTENIDO:

PLANTA ARQUITECTÓNICA
Y DIMENSIONADA


ESCALA:

1:50

SEPTIEMBRE 2026


NO. PÁGINA:

012

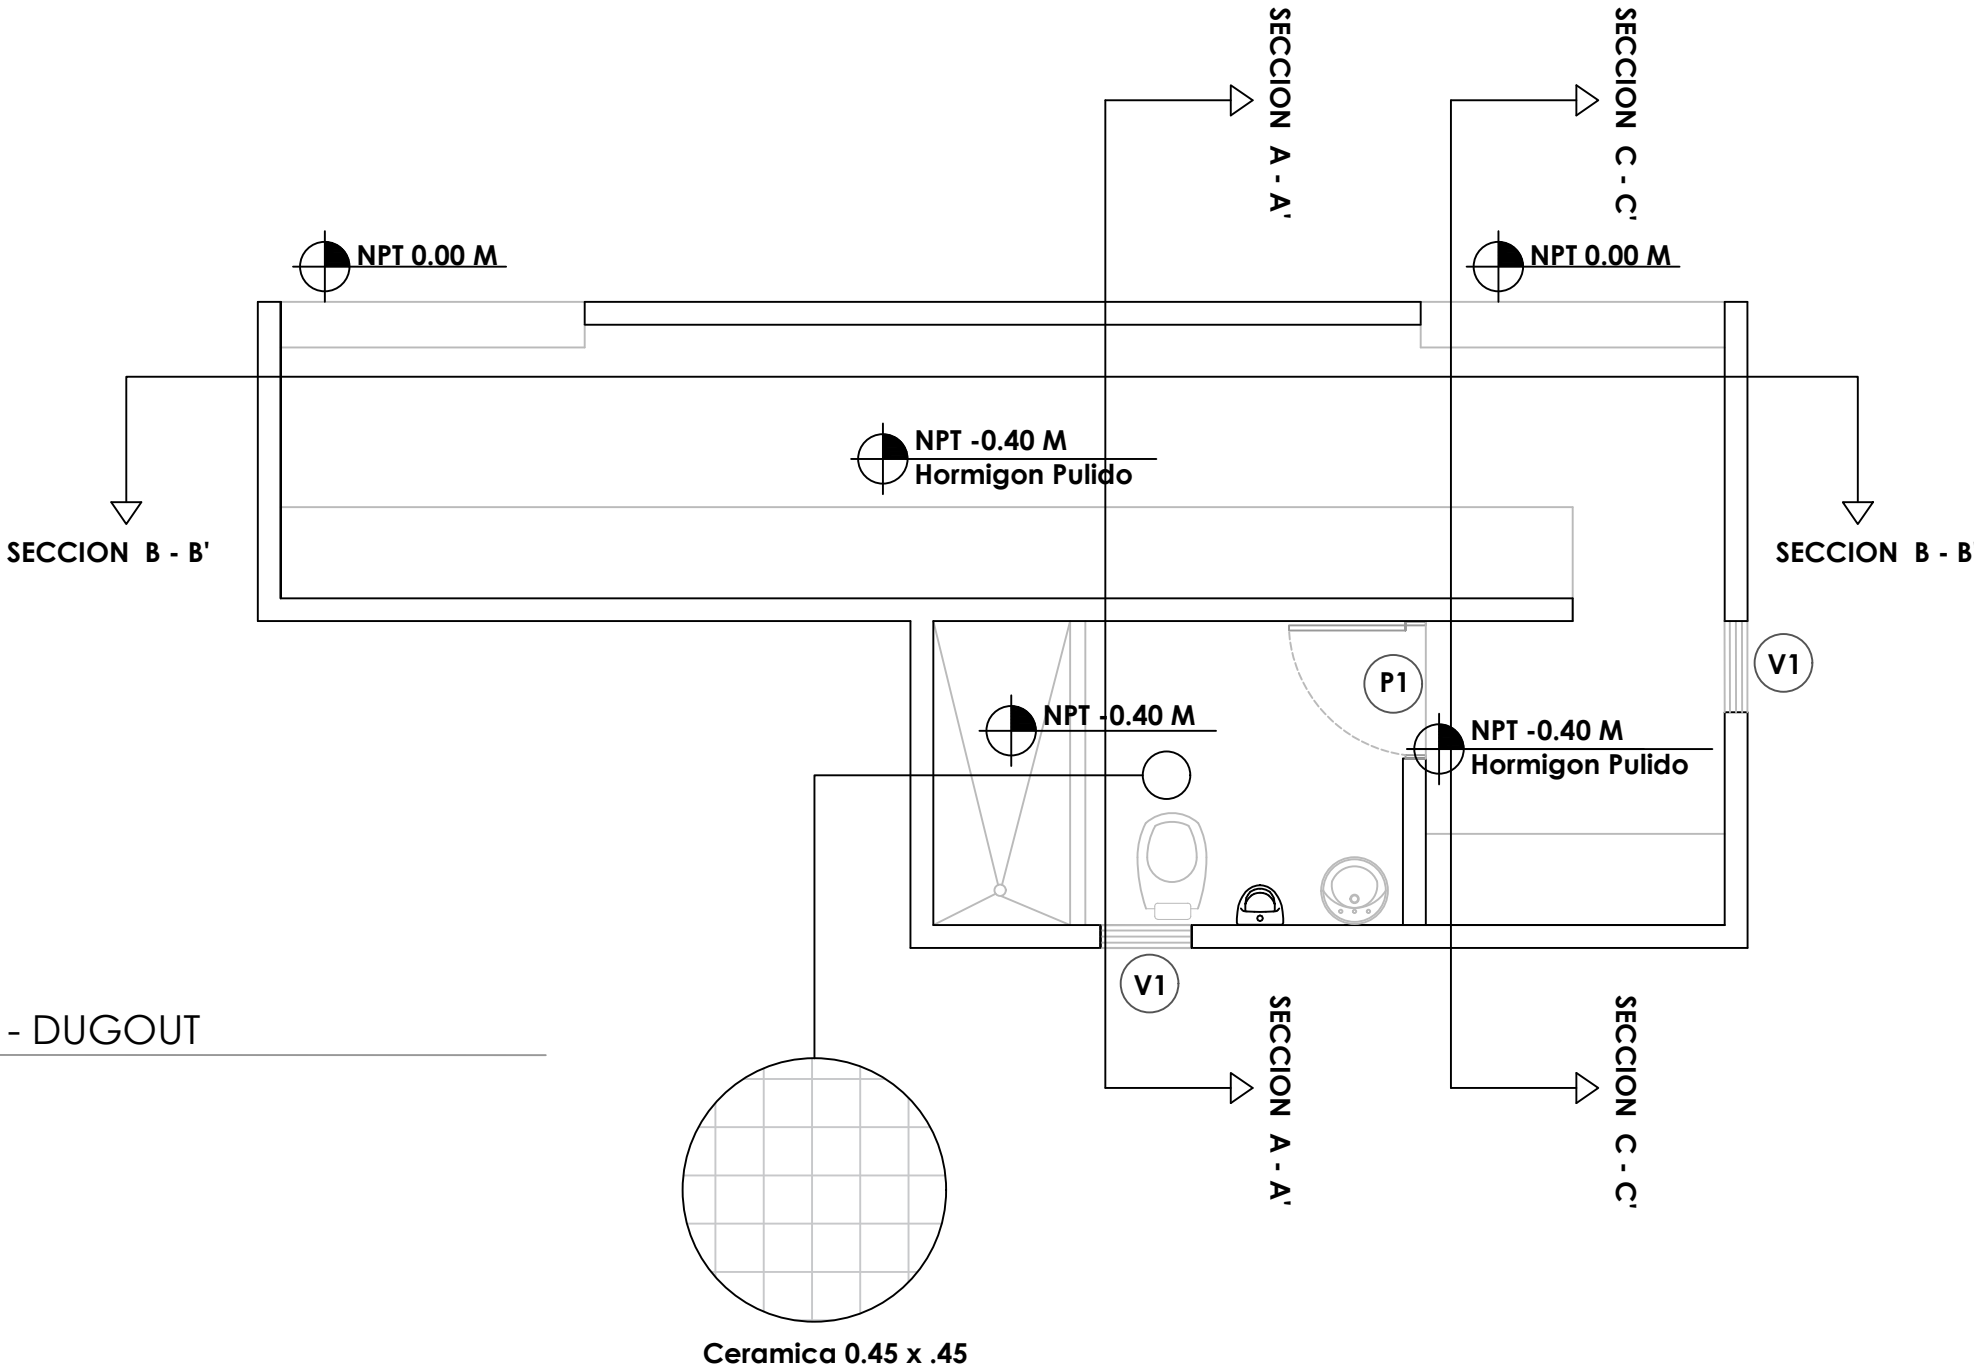


LEYENDA ZONIFICACION DE LOGOS

SIMBOLO	DESCRIPCION	CANTIDAD
V1	VENTANA DE CELOSIA METALICA Dim= 0.60 m X 0.60 m	2
P1	PUERTA POLIMETALICA EVERDOOR Dim= 0.90 m X 2.10 m	1

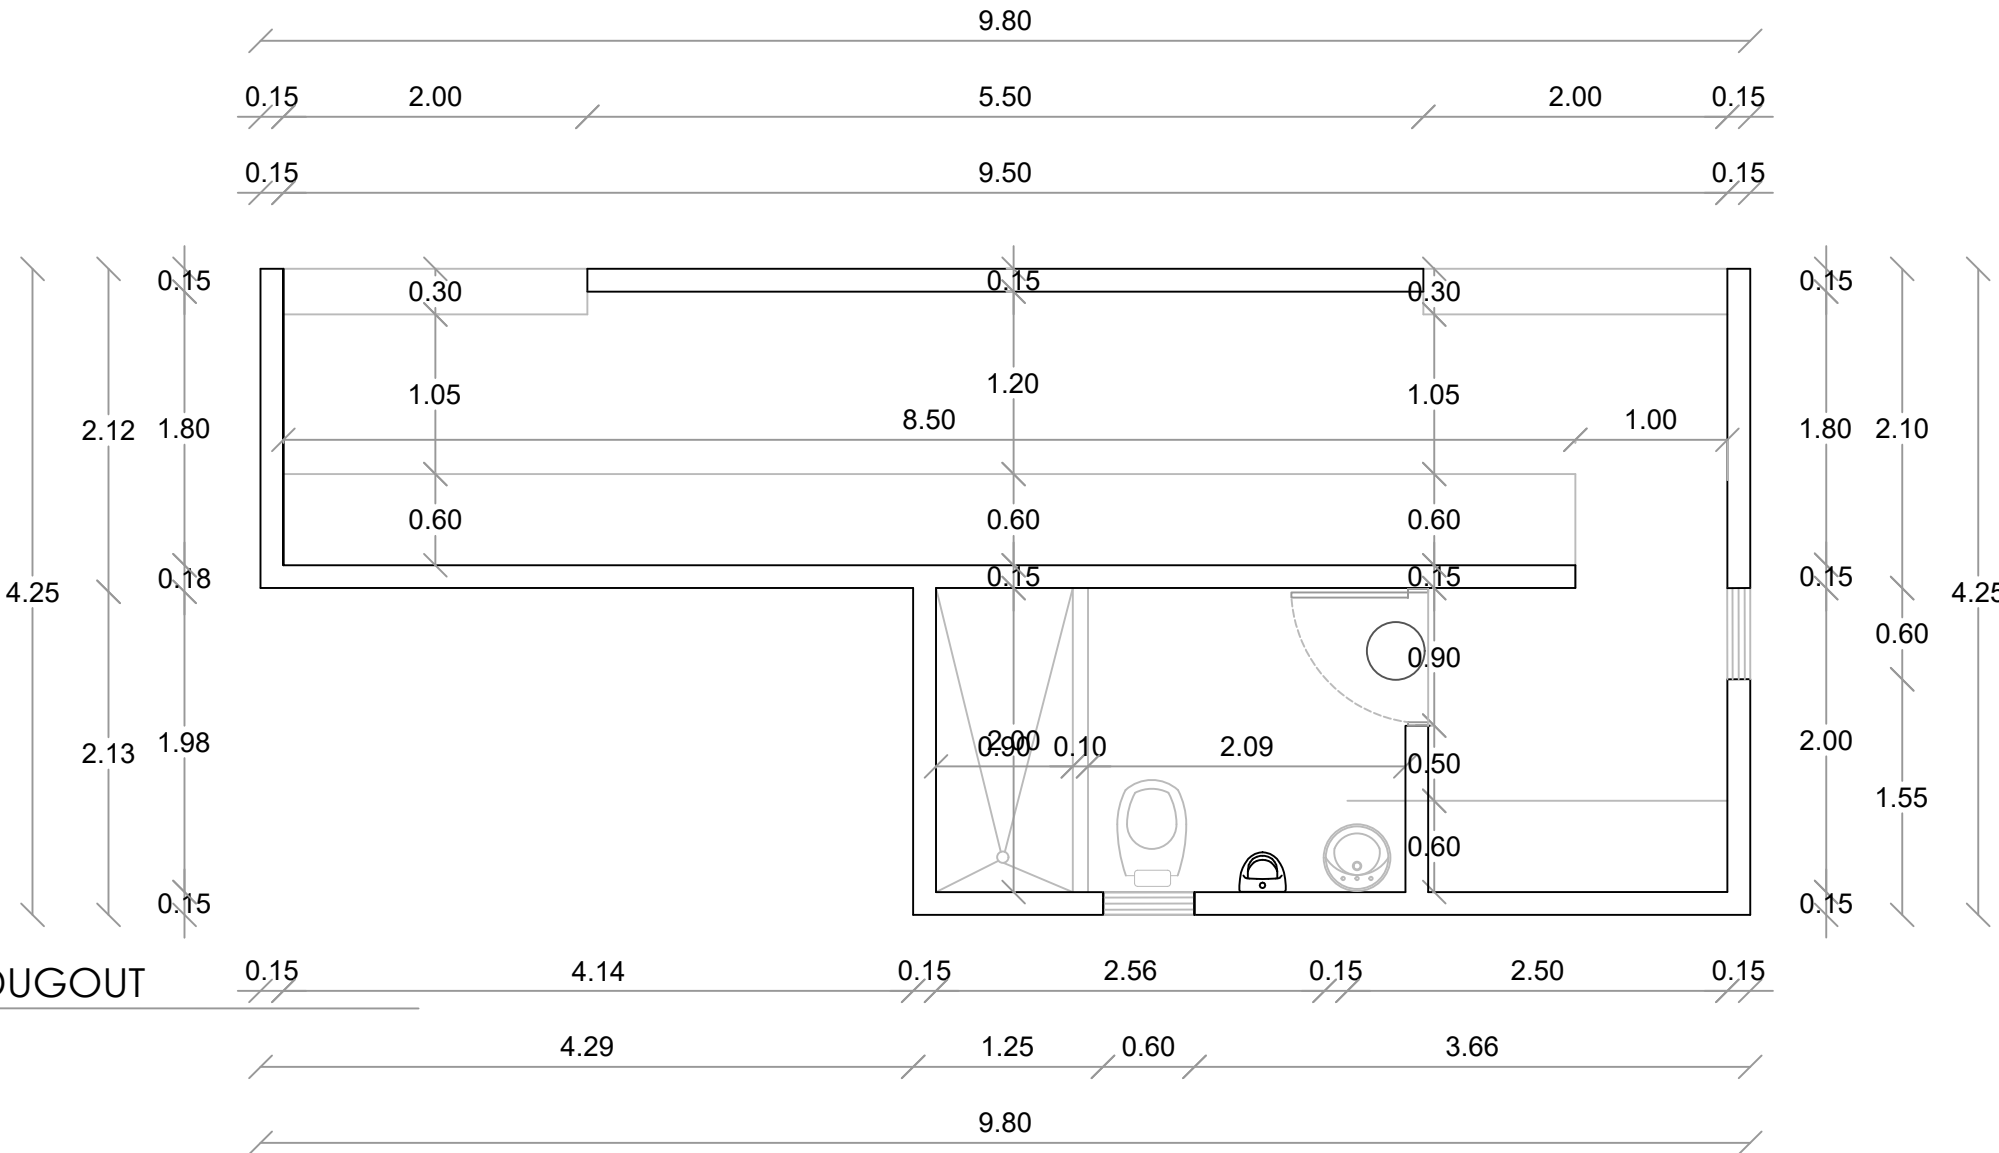


1
00
PLANTA ARQUITECTONICA - DUGOUT
ESC. 1:50


1
00
PLANTA ARQ. DIMENSIONADA - DUGOUT
ESC. 1:50

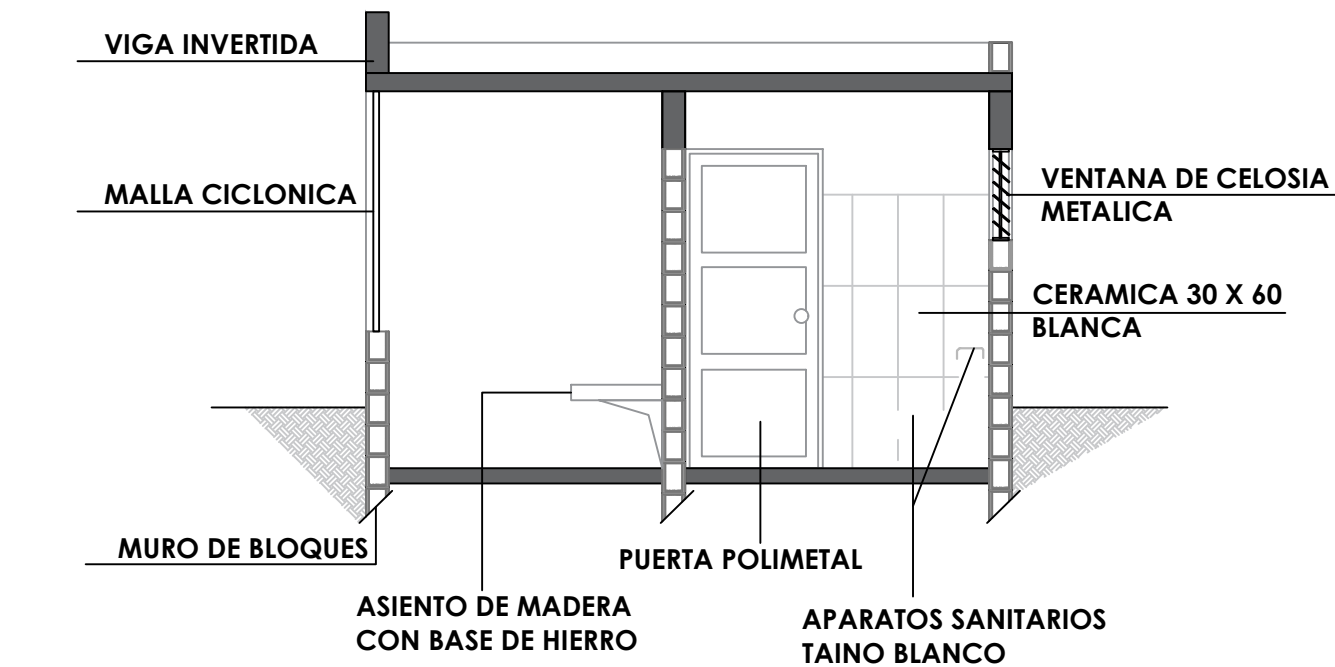


SECCION A-A' - DETALLE
ESC. 1:50

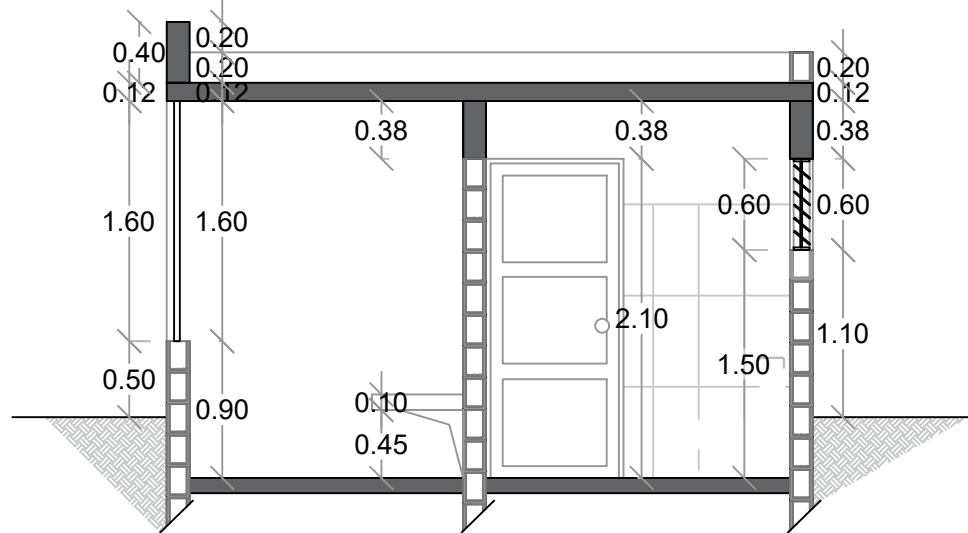


SECCION A-A' - DIMENSIONADA
ESC. 1:50

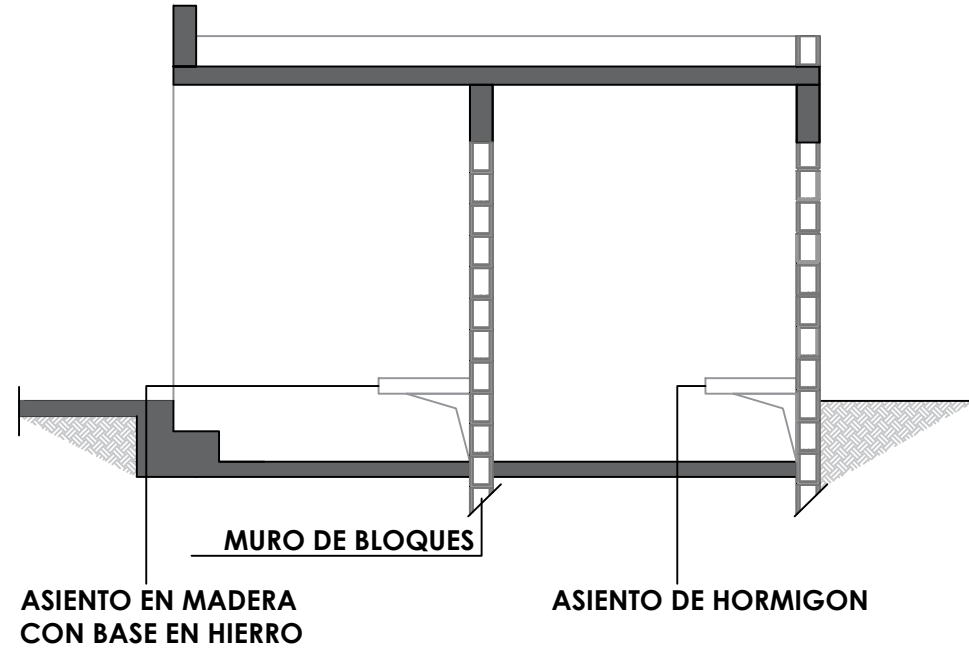

SECCION C-C' - DETALLE
ESC. 1:50

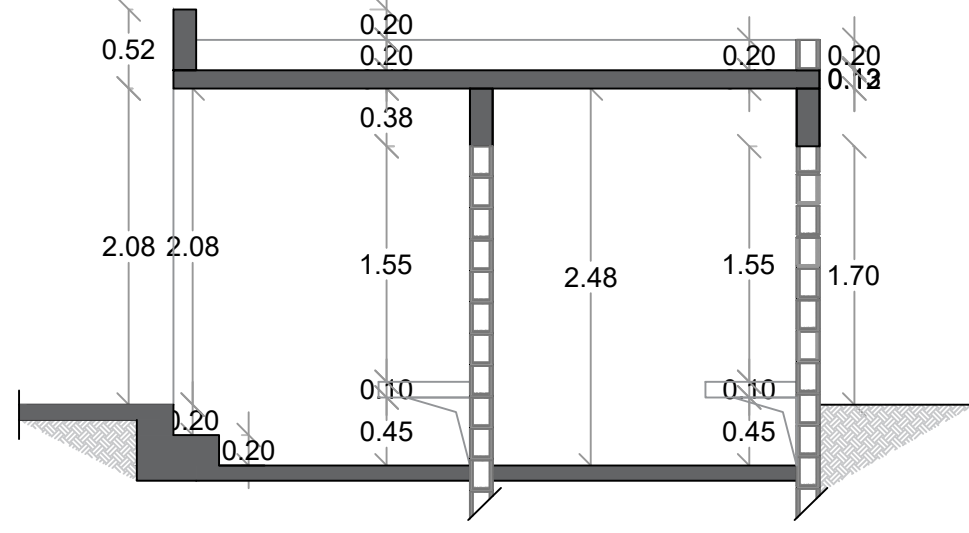


SECCION C-C' - DIMENSIONADA
ESC. 1:50

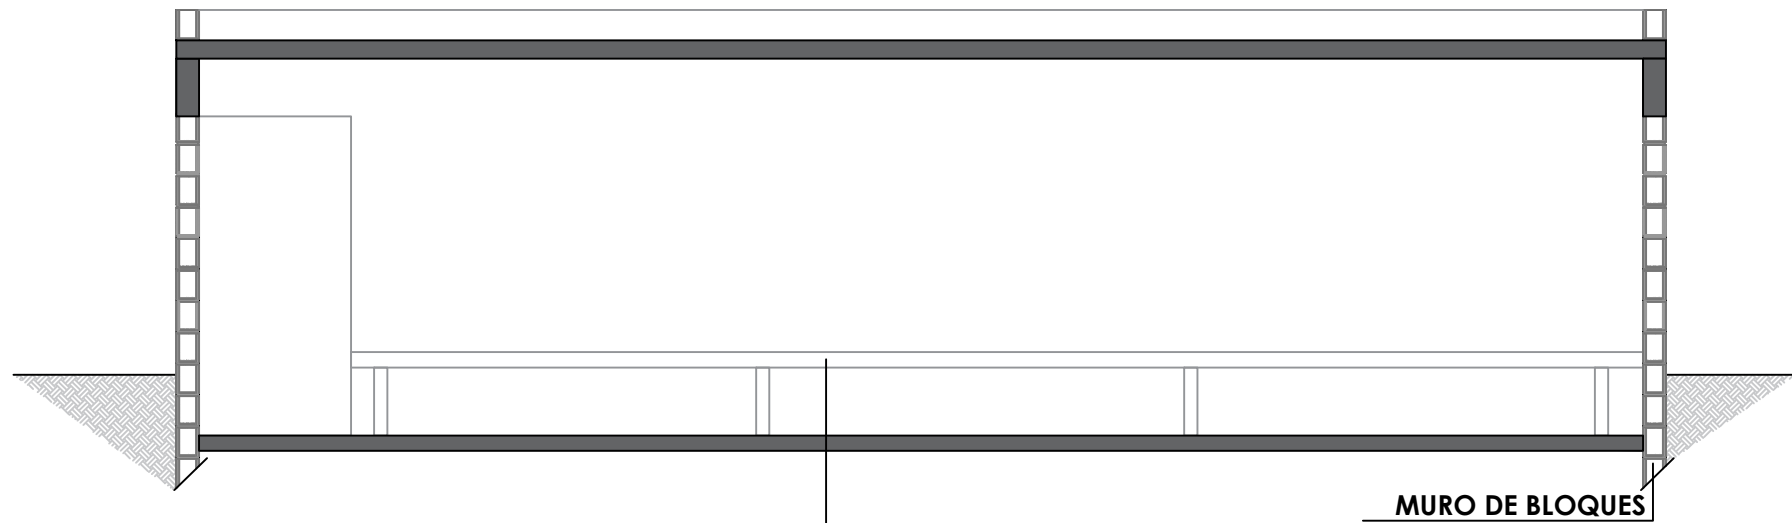


SECCION B-B' - DETALLE
ESC. 1:50

ASIENTO EN MADERA
CON BASE EN HIERRO

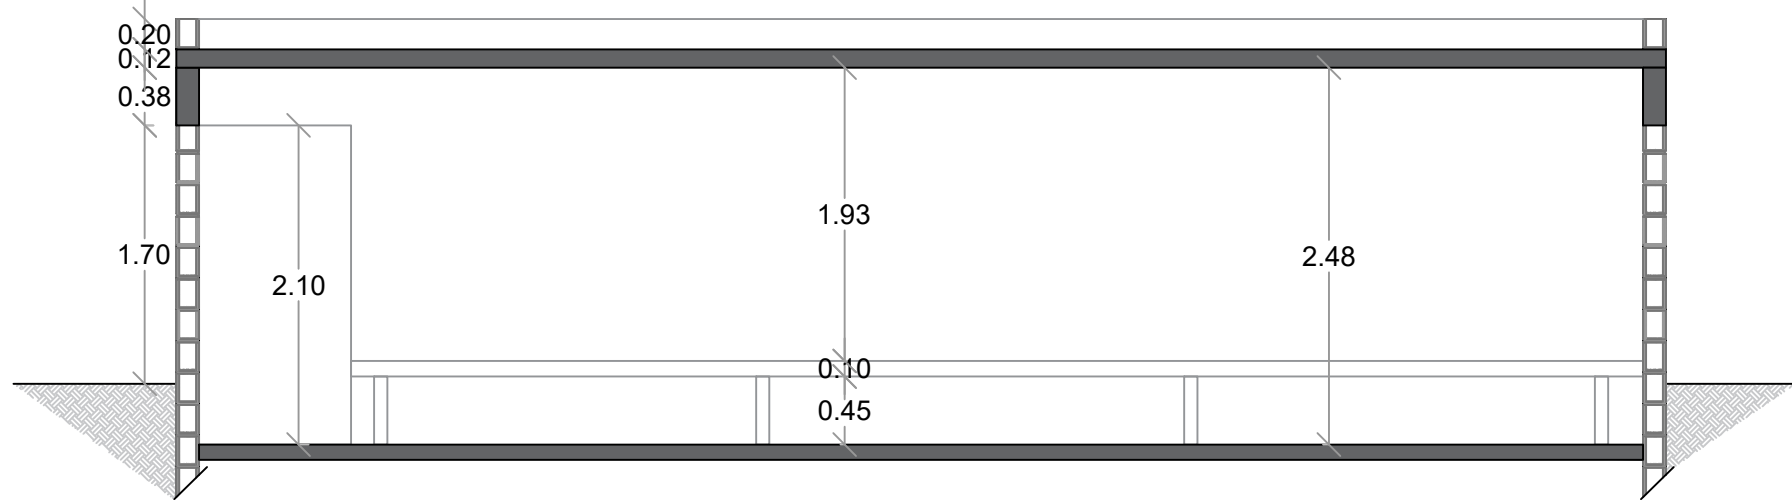

SECCION B-B' - DIMENSIONADA
ESC. 1:50

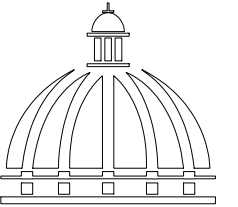

GOBIERNO DE LA
REPÚBLICA DOMINICANA

DIRECCION DE DESARROLLO
PROVINCIAL
DDP

Ave. Dr. Delgado, Esq. Moisés García,
Gazcue, Sto. Dgo., R.D.
TEL.: (809)-364-2189 | FAX.: (809)- 688-1665
E-Mail: info@cpadp.gob.do

PROYECTO:

CONSTRUCCIÓN CAMPO DE BÉISBOL EL
PESCOZON, MUNICIPIO VILLA LA MATA,
PROVINCIA SANCHEZ RAMIREZ
REPUBLICA DOMINICANA

EQUIPO DE TRABAJO:

DISEÑO ARQUITECTÓNICO
ARQ.

codia 00000

ENC. INGENIERÍA

ING. FIOR DALIZA BONIFACIO
codia 00000

ESTRUCTURAL

ING.

codia 00000

ELÉCTRICO

ING. Juan Pérez
codia 00000

HIDRO-SANITARIO

ING. Francis Estévez
codia 00000

SELLO DE APROBACIÓN:

FECHA:

CONTENIDO:

SECCIONES


ESCALA:

1:50


SEPTIEMBRE 2026

NO. PÁGINA:


013

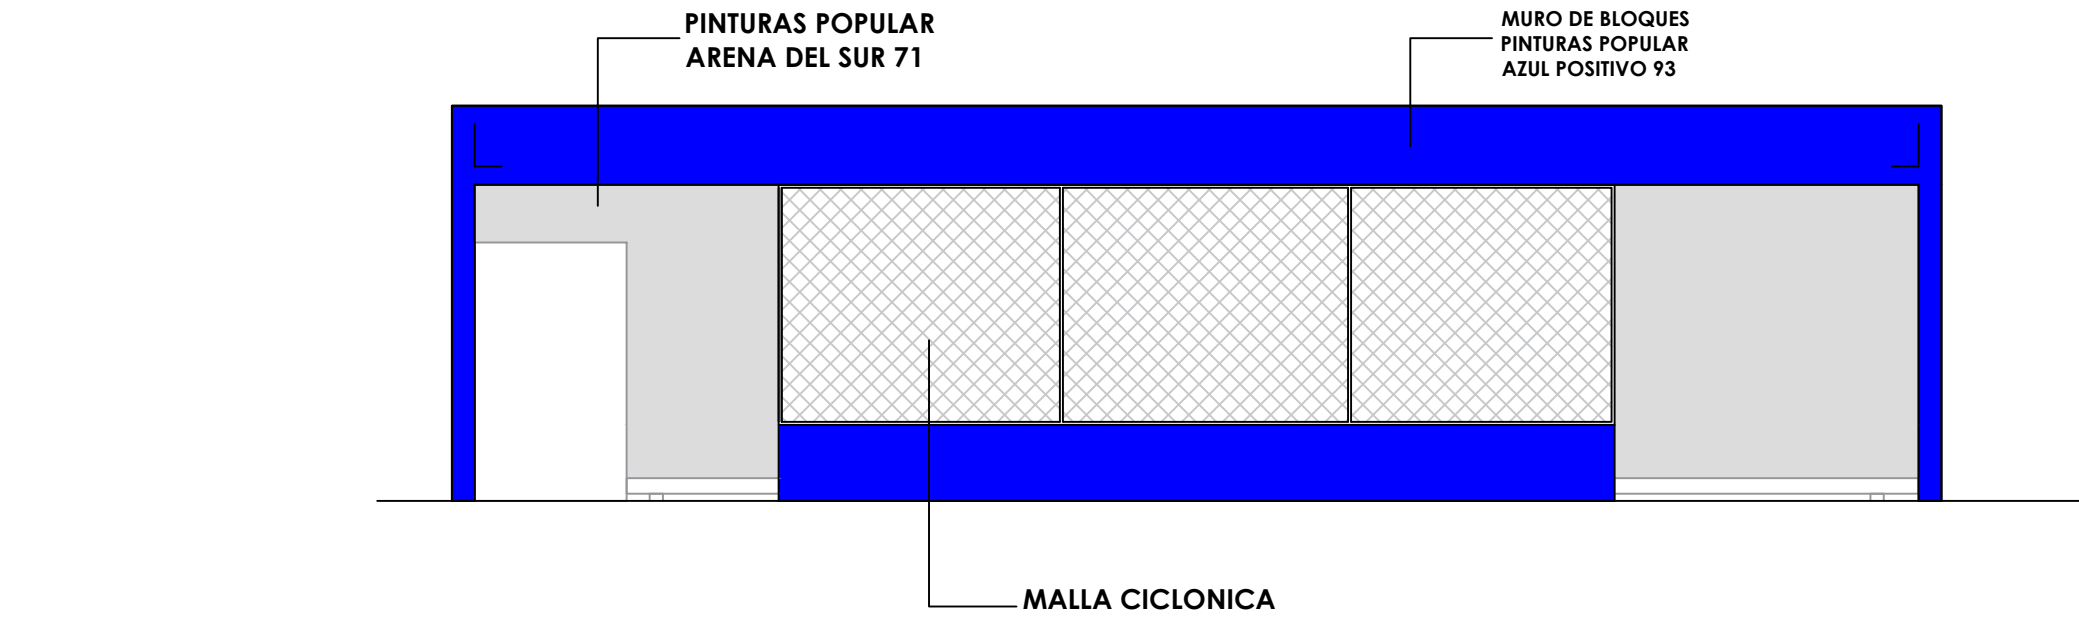


1
00
ELEVACION FRONTAL - DETALLE
ESC. 1:50

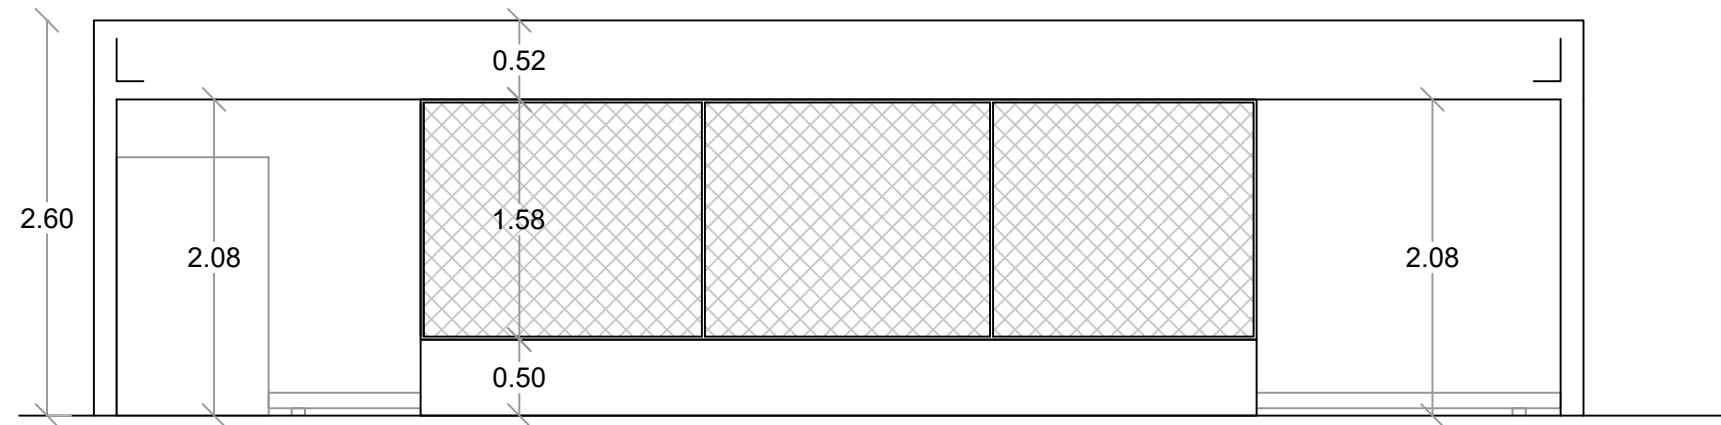


00
ELEVACION FRONTAL - DIMENSIONADA
ESC. 1:50

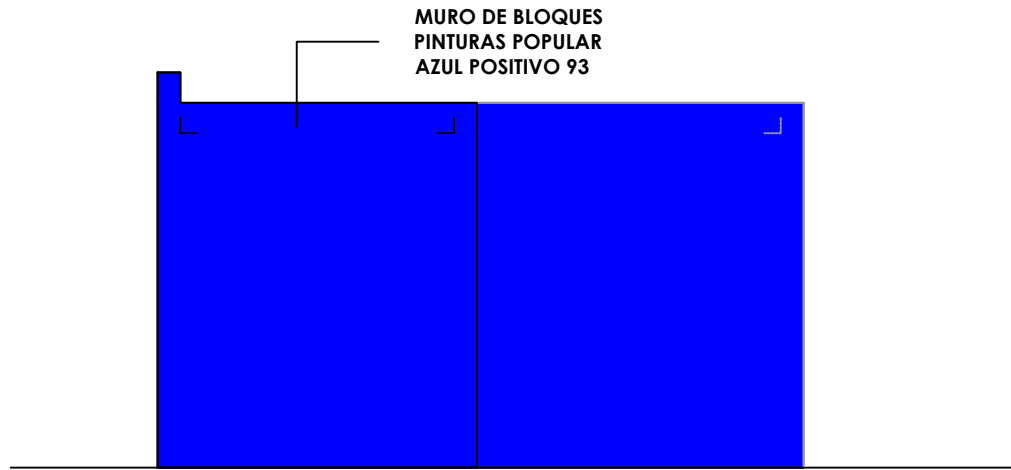


1
00
ELEVACION LAT. DERECHO - DETALLE
ESC. 1:50

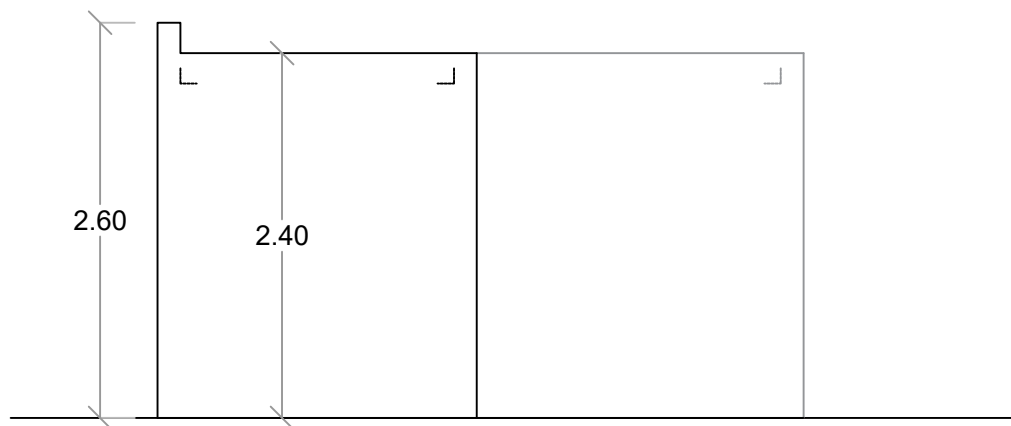


00
ELEVACION LAT. DERECHO - DIMENSIONADA
ESC. 1:50

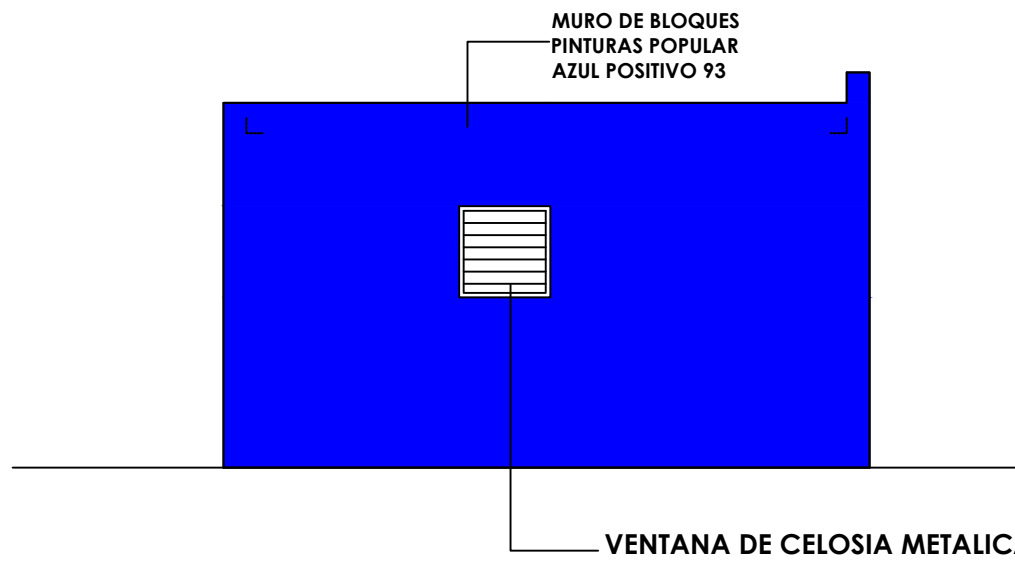

1
00
ELEVACION LAT. IZQUIERDO - DETALLE
ESC. 1:50

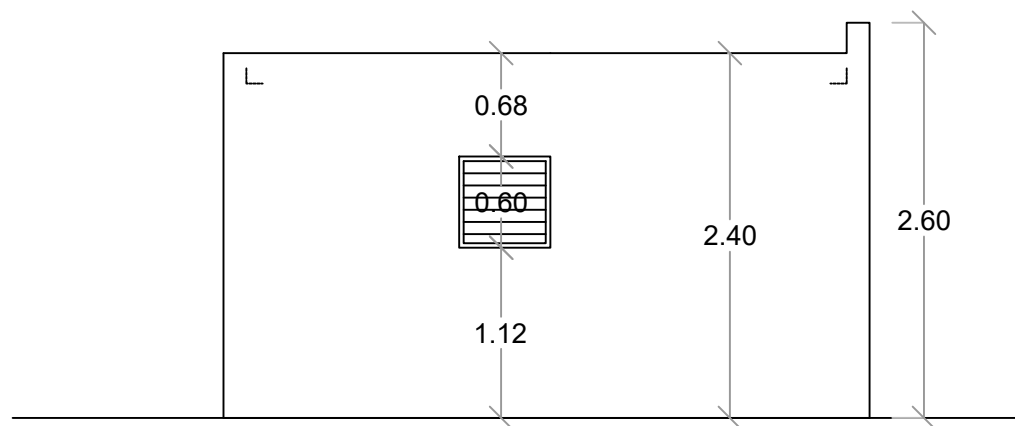

00
ELEVACION LAT. IZQUIERDO - DIMENSIONADA
ESC. 1:50

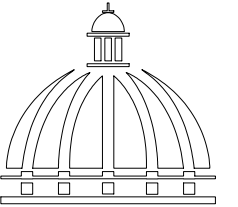

GOBIERNO DE LA
REPÚBLICA DOMINICANA

DIRECCION DE DESARROLLO
PROVINCIAL
DDP

Ave. Dr. Delgado, Esq. Moisés García,
Gazcue, Sto. Dgo., R.D.
TEL.: (809)-364-2189 | FAX.: (809)- 688-1665
E-Mail: info@cpadp.gob.do

PROYECTO:

CONSTRUCCIÓN CAMPO DE BÉISBOL EL
PESCOZON, MUNICIPIO VILLA LA MATA,
PROVINCIA SANCHEZ RAMIREZ
REPUBLICA DOMINICANA

EQUIPO DE TRABAJO:

DISEÑO ARQUITECTÓNICO
ARQ.

codia 00000

ENC. INGENIERÍA
ING. FIOR DALIZA BONIFACIO
codia 00000

ESTRUCTURAL
ING.

codia 00000

ELÉCTRICO
ING. Juan Pérez
codia 00000

HIDRO-SANITARIO
ING. Francis Estévez
codia 00000

SELLO DE APROBACIÓN:

FECHA:

CONTENIDO:

ELEVACIONES


ESCALA:

1:50

SEPTIEMBRE 2026

NO. PÁGINA:

014

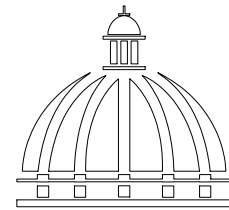

GOBIERNO DE LA
REPÚBLICA DOMINICANA

DIRECCION DE DESARROLLO
PROVINCIAL
DDP

Ave. Dr. Delgado, Esq. Moises García,
Gazcue, Sto. Dgo., R.D.
TEL.: (809)-364-2189 | FAX.: (809)- 688-1665
E-Mail: info@cpadp.gob.do

PROYECTO:

CONSTRUCCIÓN CAMPO DE BÉISBOL EL
PESCOZON, MUNICIPIO VILLA LA MATA,
PROVINCIA SANCHEZ RAMIREZ
REPUBLICA DOMINICANA

EQUIPO DE TRABAJO:

DISEÑO ARQUITECTÓNICO
ARQ.

codia 00000

ENC. INGENIERÍA

ING. FIOR DALIZA BONIFACIO
codia 00000

ESTRUCTURAL

ING.

codia 00000

ELÉCTRICO

ING. Juan Pérez
codia 00000

HIDRO-SANITARIO

ING. Francis Estévez
codia 00000

SELLO DE APROBACIÓN:

FECHA:

CONTENIDO:

ELEVACIONES

ESCALA:

SEPTIEMBRE 2026

NO. PÁGINA:

015

MURO DE BLOQUES
PINTURAS POPULAR
AZUL POSITIVO 93

VENTANA DE CELOSIA METALICA

ELEVACION POSTERIOR - DETALLE
ESC. 1:50

ELEVACION POSTERIOR - DIMENSIONADA
ESC. 1:50

PROYECTO:

**CONSTRUCCIÓN CAMPO DE BÉISBOL EL
PESCOZON, MUNICIPIO VILLA LA MATA,
PROVINCIA SANCHEZ RAMIREZ
REPUBLICA DOMINICANA**

EQUIPO DE TRABAJO:

DISEÑO ARQUITECTÓNICO
ARQ. _____
codia 00000 _____

ENC. INGENIERÍA
ING. FIOR DALIZA BONIFACIO
codia 00000 _____

ESTRUCTURAL
ING. _____
codia 00000 _____

ELÉCTRICO
ING. Juan Pérez
codia 00000 _____

HIDRO-SANITARIO
ING. Francis Estévez
codia 00000 _____

SELLO DE APROBACIÓN:

FECHA: _____

CONTENIDO:

PLANTA SANITARIA AGUA
POTABLE

ESCALA:

1:25

SEPTIEMBRE 2026

NO. PÁGINA:

016

Desde Tinaco
TUB Ø1" PVC Agua Potable



TUBERIA PVC Ø3/4"


PVC Ø3/4"

Du Ø1/2"

In Ø1/2"


Lv Ø1/2"

Lv Ø1/2"

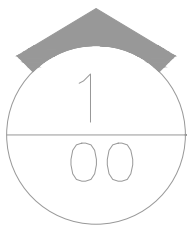

PLANTA INST. SANITARIAS- AGUA POTABLE - DUGOUT

ESC. 1:50

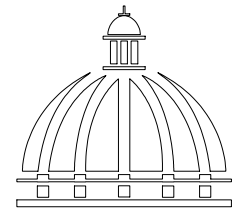

GOBIERNO DE LA
REPÚBLICA DOMINICANA

DIRECCION DE DESARROLLO
PROVINCIAL
DDP

Ave. Dr. Delgado, Esq. Moisés García,
Gazcue, Sto. Dgo., R.D.
TEL.: (809)-364-2189 | FAX.: (809)- 688-1665
E-Mail: info@cpadp.gob.do

PROYECTO:
**CONSTRUCCIÓN CAMPO DE BÉISBOL EL
PESCOZON, MUNICIPIO VILLA LA MATA,
PROVINCIA SANCHEZ RAMIREZ
REPUBLICA DOMINICANA**

EQUIPO DE TRABAJO:

DISEÑO ARQUITECTÓNICO
ARQ. _____
codia 00000

ENC. INGENIERÍA
ING. FIOR DALIZA BONIFACIO
codia 00000

ESTRUCTURAL
ING. _____
codia 00000

ELÉCTRICO
ING. Juan Pérez
codia 00000

HIDRO-SANITARIO
ING. Francis Estévez
codia 00000

SELLO DE APROBACIÓN:

FECHA: _____

CONTENIDO:

PLANTA SANITARIA AGUAS
RESIDUALES

ESCALA:

1:25


SEPTIEMBRE 2026

NO. PÁGINA:

017

HACIA
CAMARA SEPTICA

R

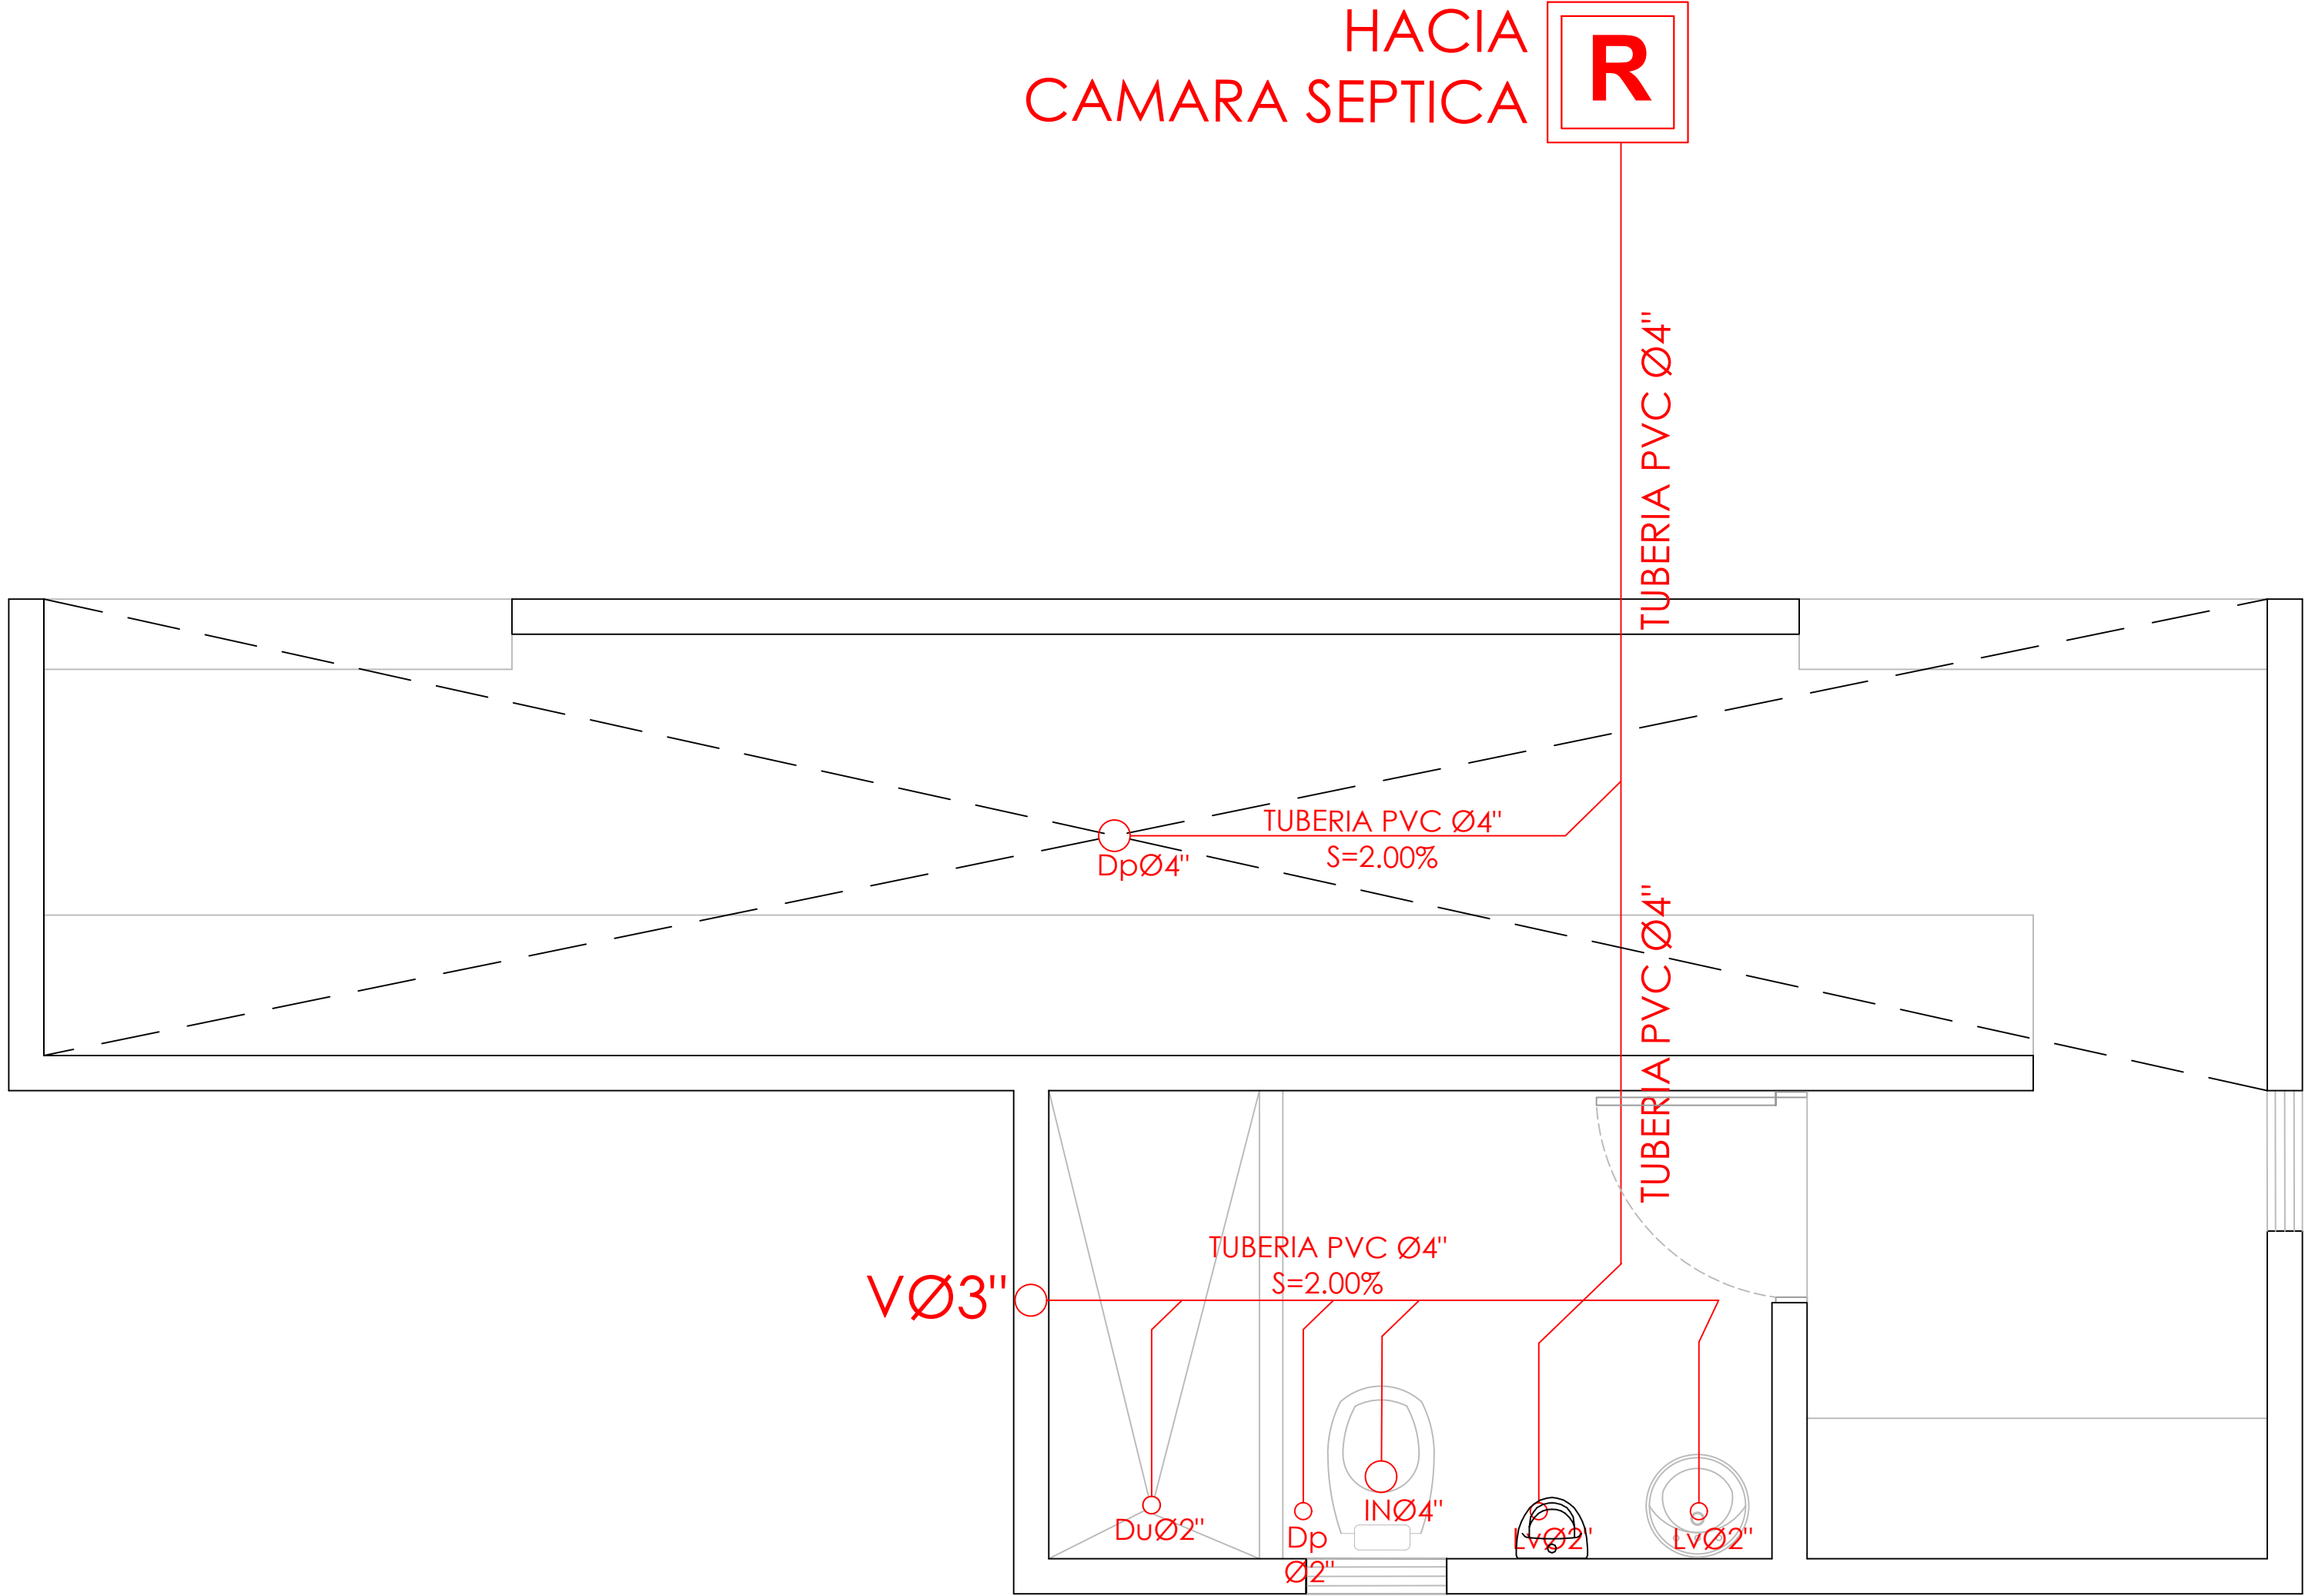

1
00

PLANTA INST. SANITARIAS- AGUAS NEGRAS - DUGOUT

ESC. 1:50

PROYECTO:

**CONSTRUCCIÓN CAMPO DE BÉISBOL EL
PESCOZON, MUNICIPIO VILLA LA MATA,
PROVINCIA SANCHEZ RAMIREZ
REPUBLICA DOMINICANA**

EQUIPO DE TRABAJO:

DISEÑO ARQUITECTÓNICO
ARQ. _____
codia 00000 _____

ENC. INGENIERÍA
ING. FIOR DALIZA BONIFACIO
codia 00000 _____

ESTRUCTURAL
ING. _____
codia 00000 _____

ELÉCTRICO
ING. Juan Pérez
codia 00000 _____

HIDRO-SANITARIO
ING. Francis Estévez
codia 00000 _____

SELLO DE APROBACIÓN:

FECHA: _____

CONTENIDO:

PLANTA ELECTRICA



ESCALA:

1:25



SEPTIEMBRE 2026

NO. PÁGINA:

018

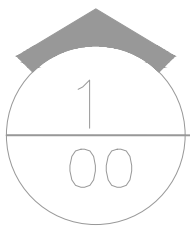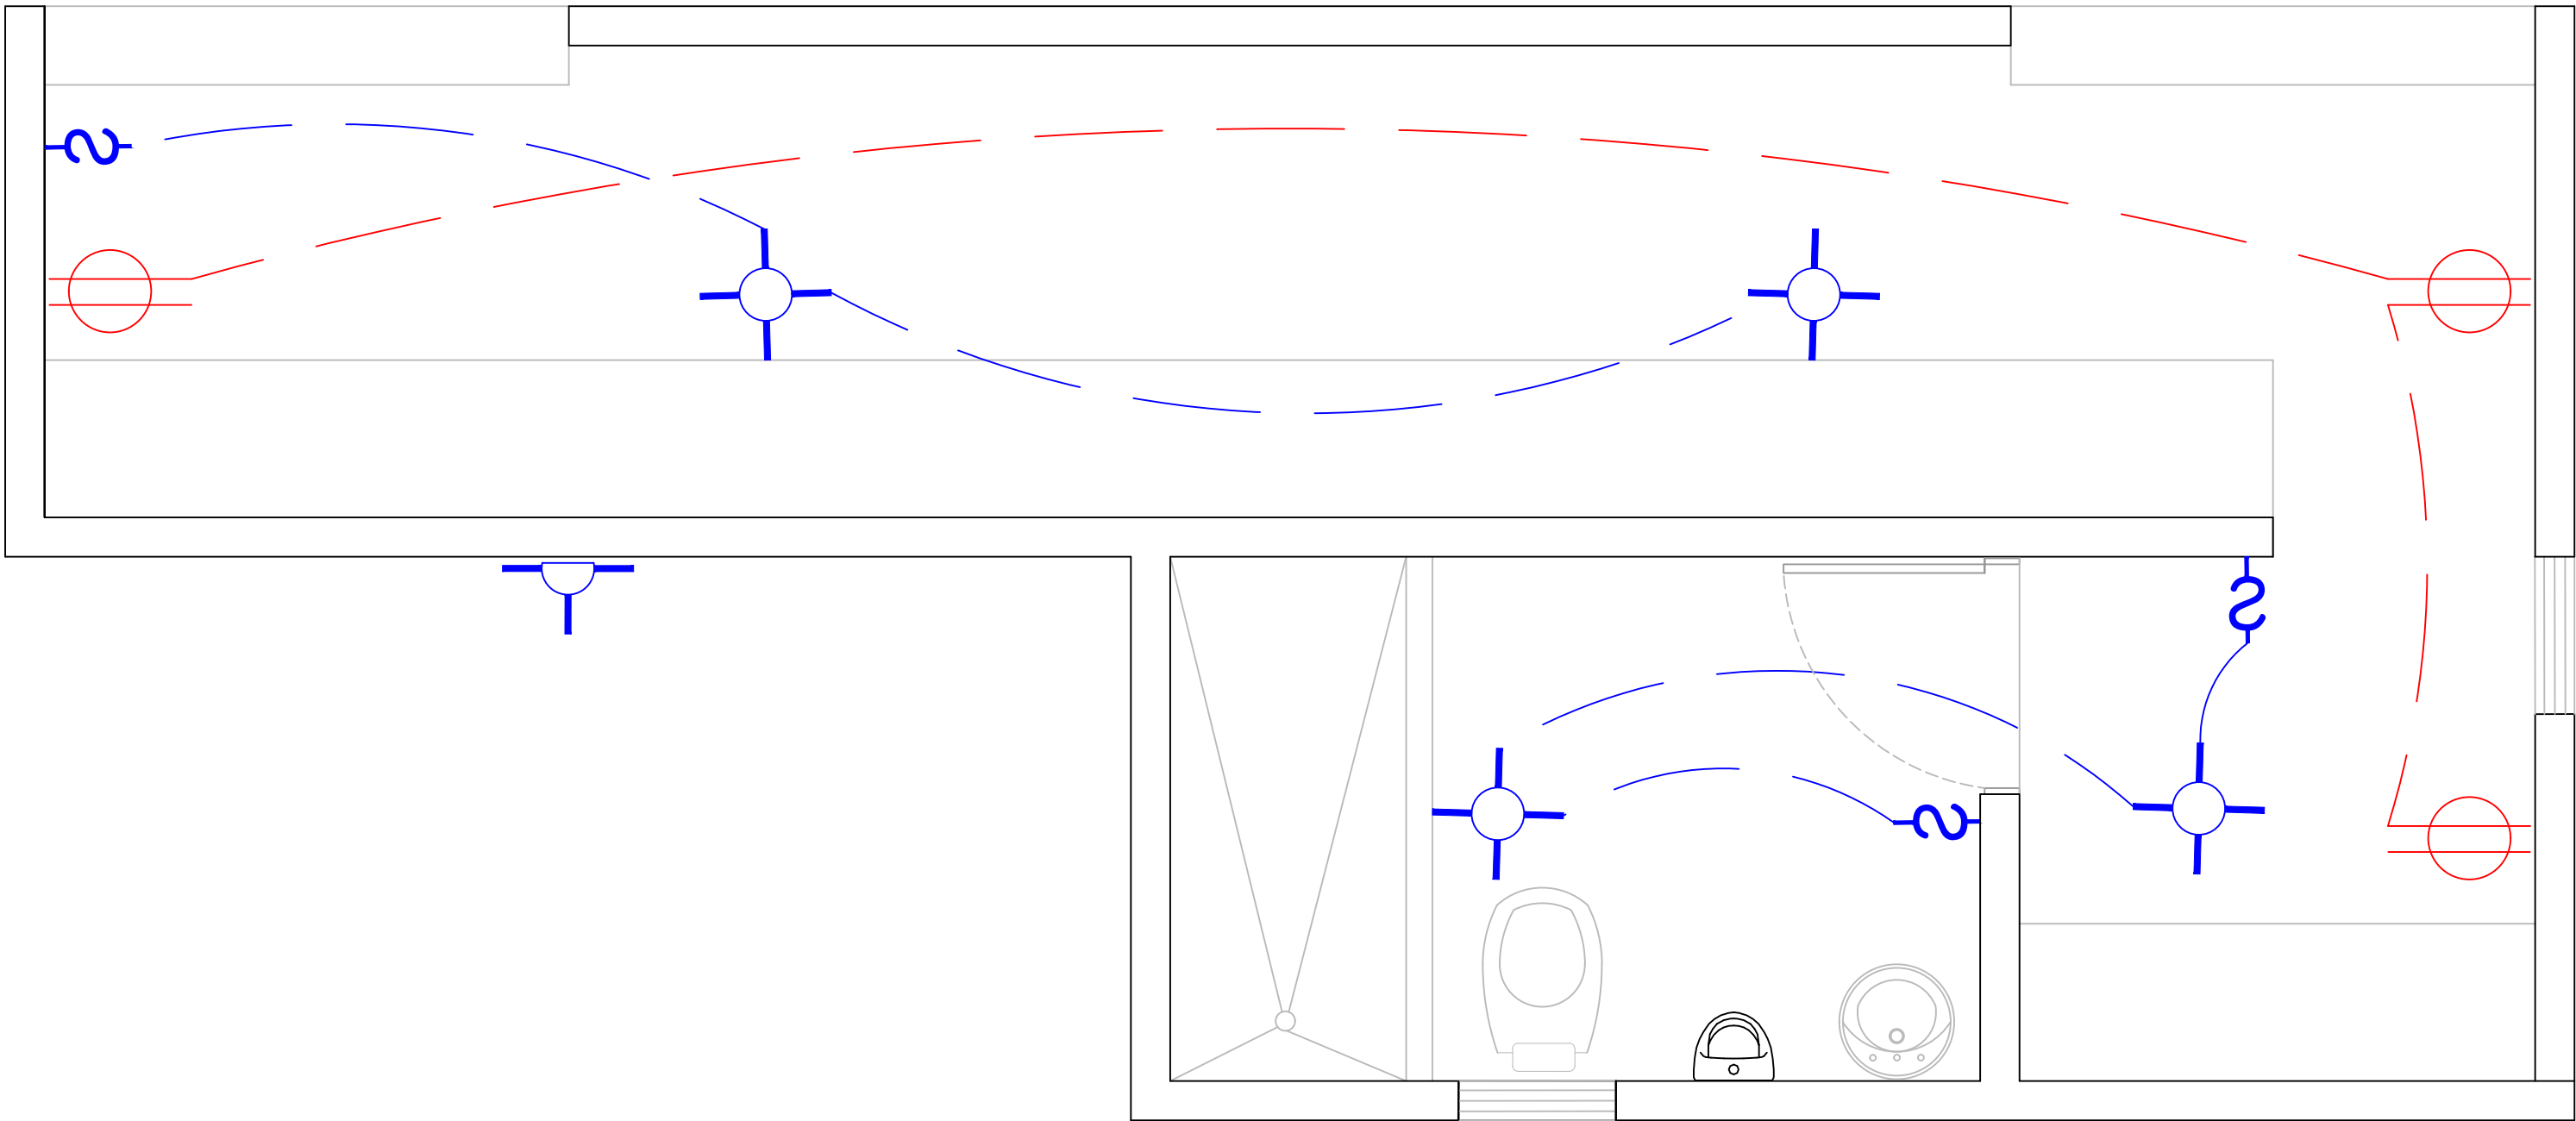

PLANTA INST. ELECTRICAS - DUGOUT
ESC. 1:50

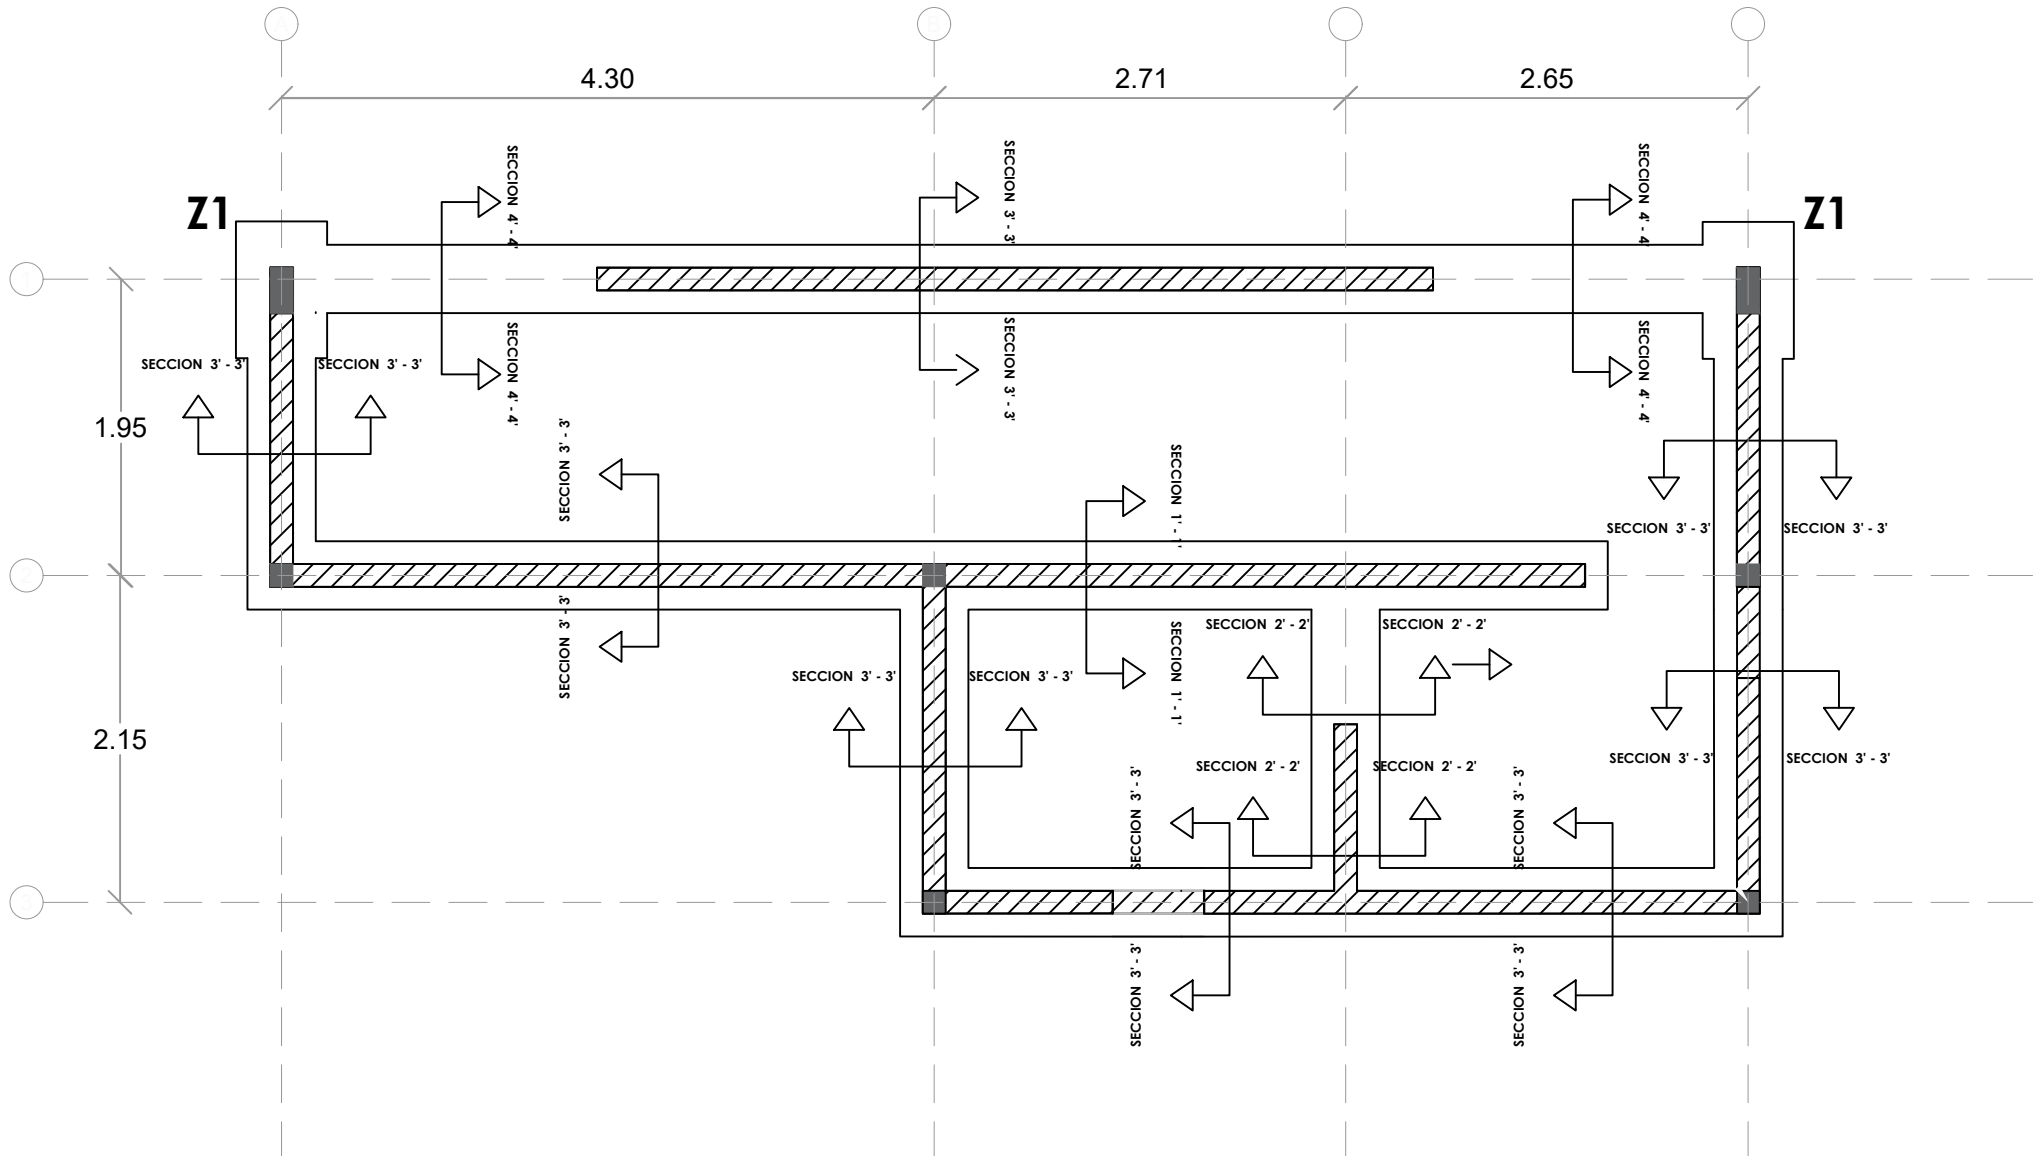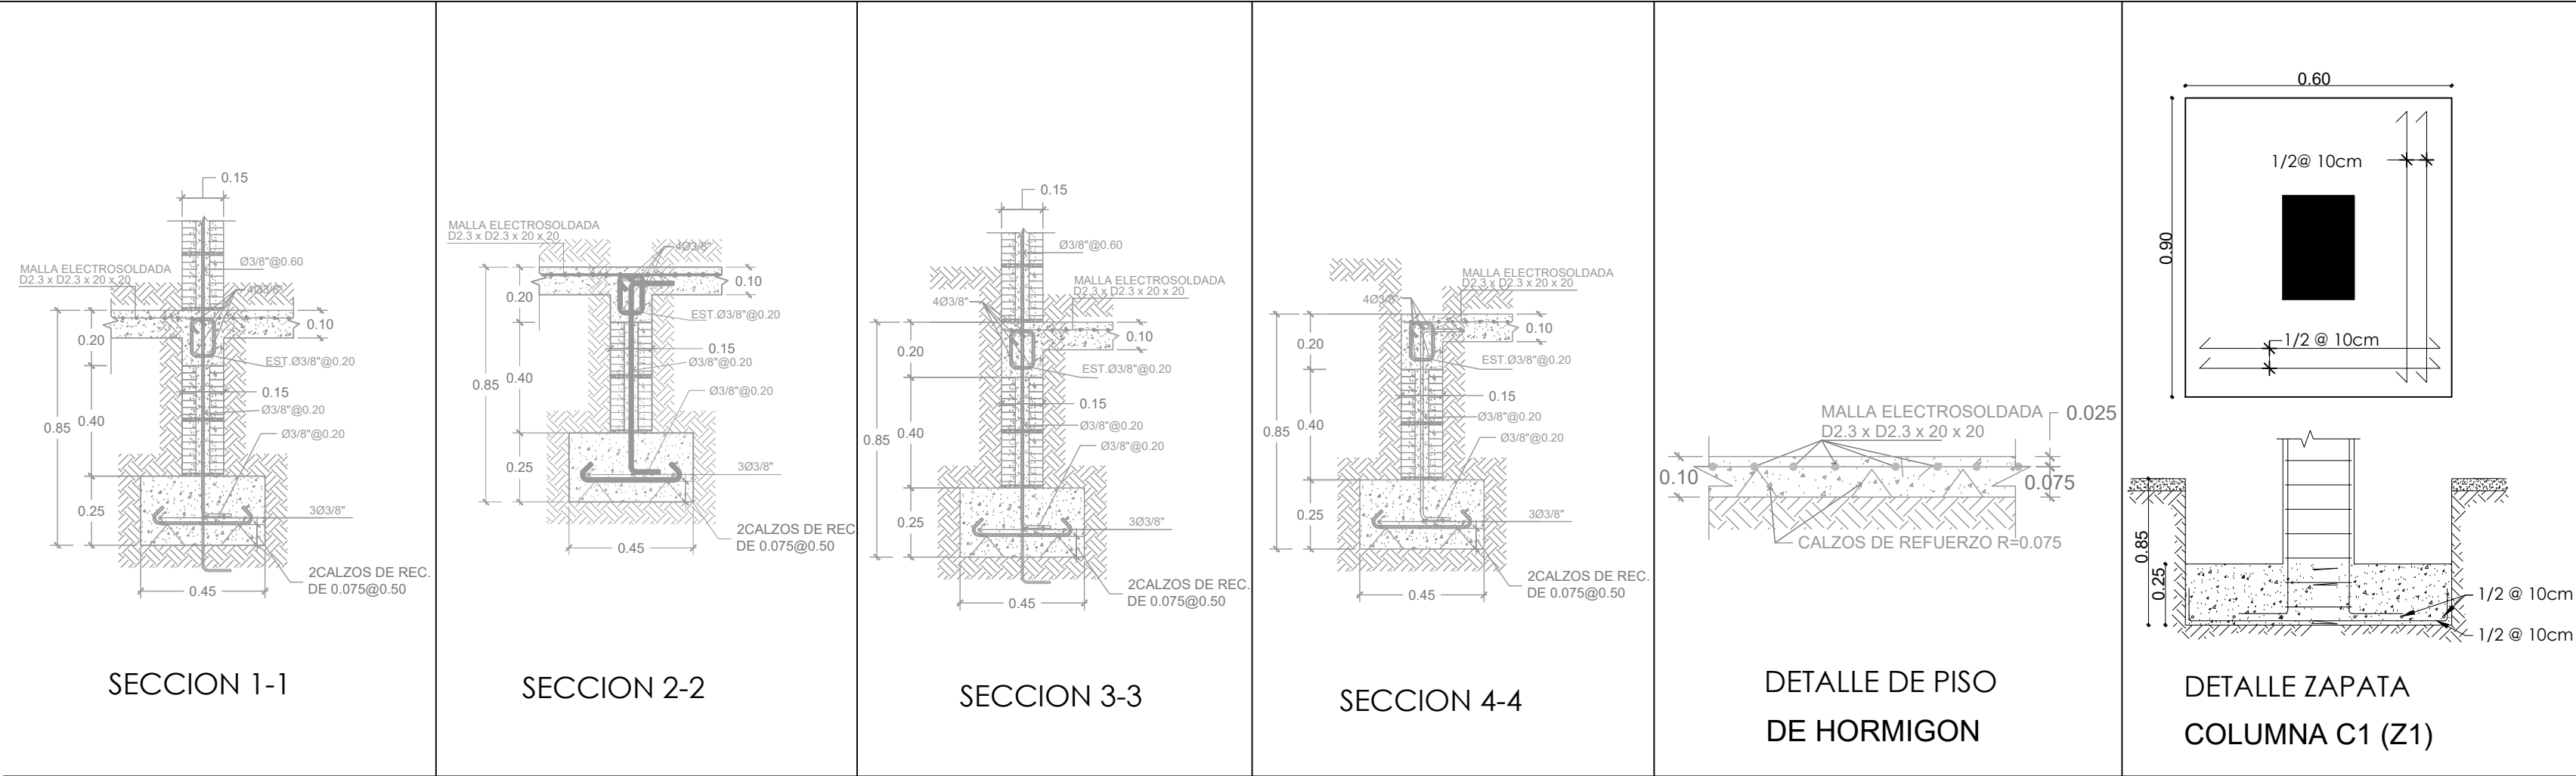


PLANTA ESTRUCTURAL DE CIMIENTOS - DUGOUT

ESC. 1:100



PLANTA ARQUITECTÓNICA

ESC. 1:50

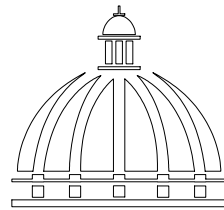

GOBIERNO DE LA
RBPÚBLICA DOMINICANA

DIRECCION DE DESARROLLO
PROVINCIAL
DDP

Ave. Dr. Delgado, Esq. Moisés García,
Gazcue, Sto. Dgo., R.D.
TEL.: (809)-364-2189 | FAX.: (809)- 688-1665
E-Mail: info@cpadp.gob.do

PROYECTO:

CONSTRUCCIÓN CAMPO DE BÉISBOL EL
PESCOZON, MUNICIPIO VILLA LA MATA,
PROVINCIA SANCHEZ RAMIREZ
REPUBLICA DOMINICANA

EQUIPO DE TRABAJO:

DISEÑO ARQUITECTÓNICO
ARQ.

codia 00000

ENC. INGENIERÍA

ING. FIOR DALIZA BONIFACIO
codia 00000

ESTRUCTURAL

ING.

codia 00000

ELÉCTRICO

ING. Juan Pérez
codia 00000

HIDRO-SANITARIO

ING. Francis Estévez
codia 00000

SELLO DE APROBACIÓN:

FECHA:

CONTENIDO:

PLANTA ESTRUCTURAL


ESCALA:

1:50


SEPTIEMBRE 2026

NO. PÁGINA:


019

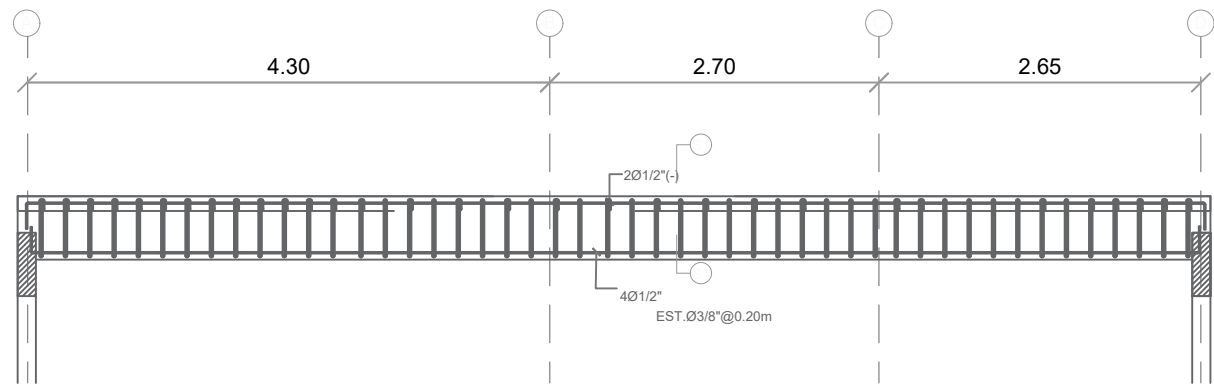


SECCION LONGITUDINAL VIGA 1

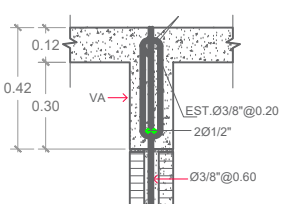


VIGA DE ÁMARRE (VA)

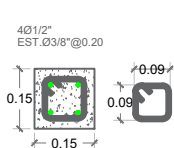


COLUMNA CA

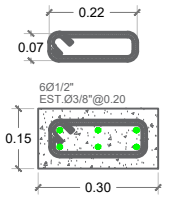


COLUMNA C1

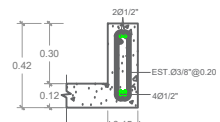

SECCION 1-1

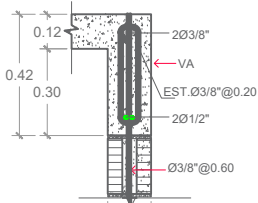


VIGA DE ÁMARRE (VA)

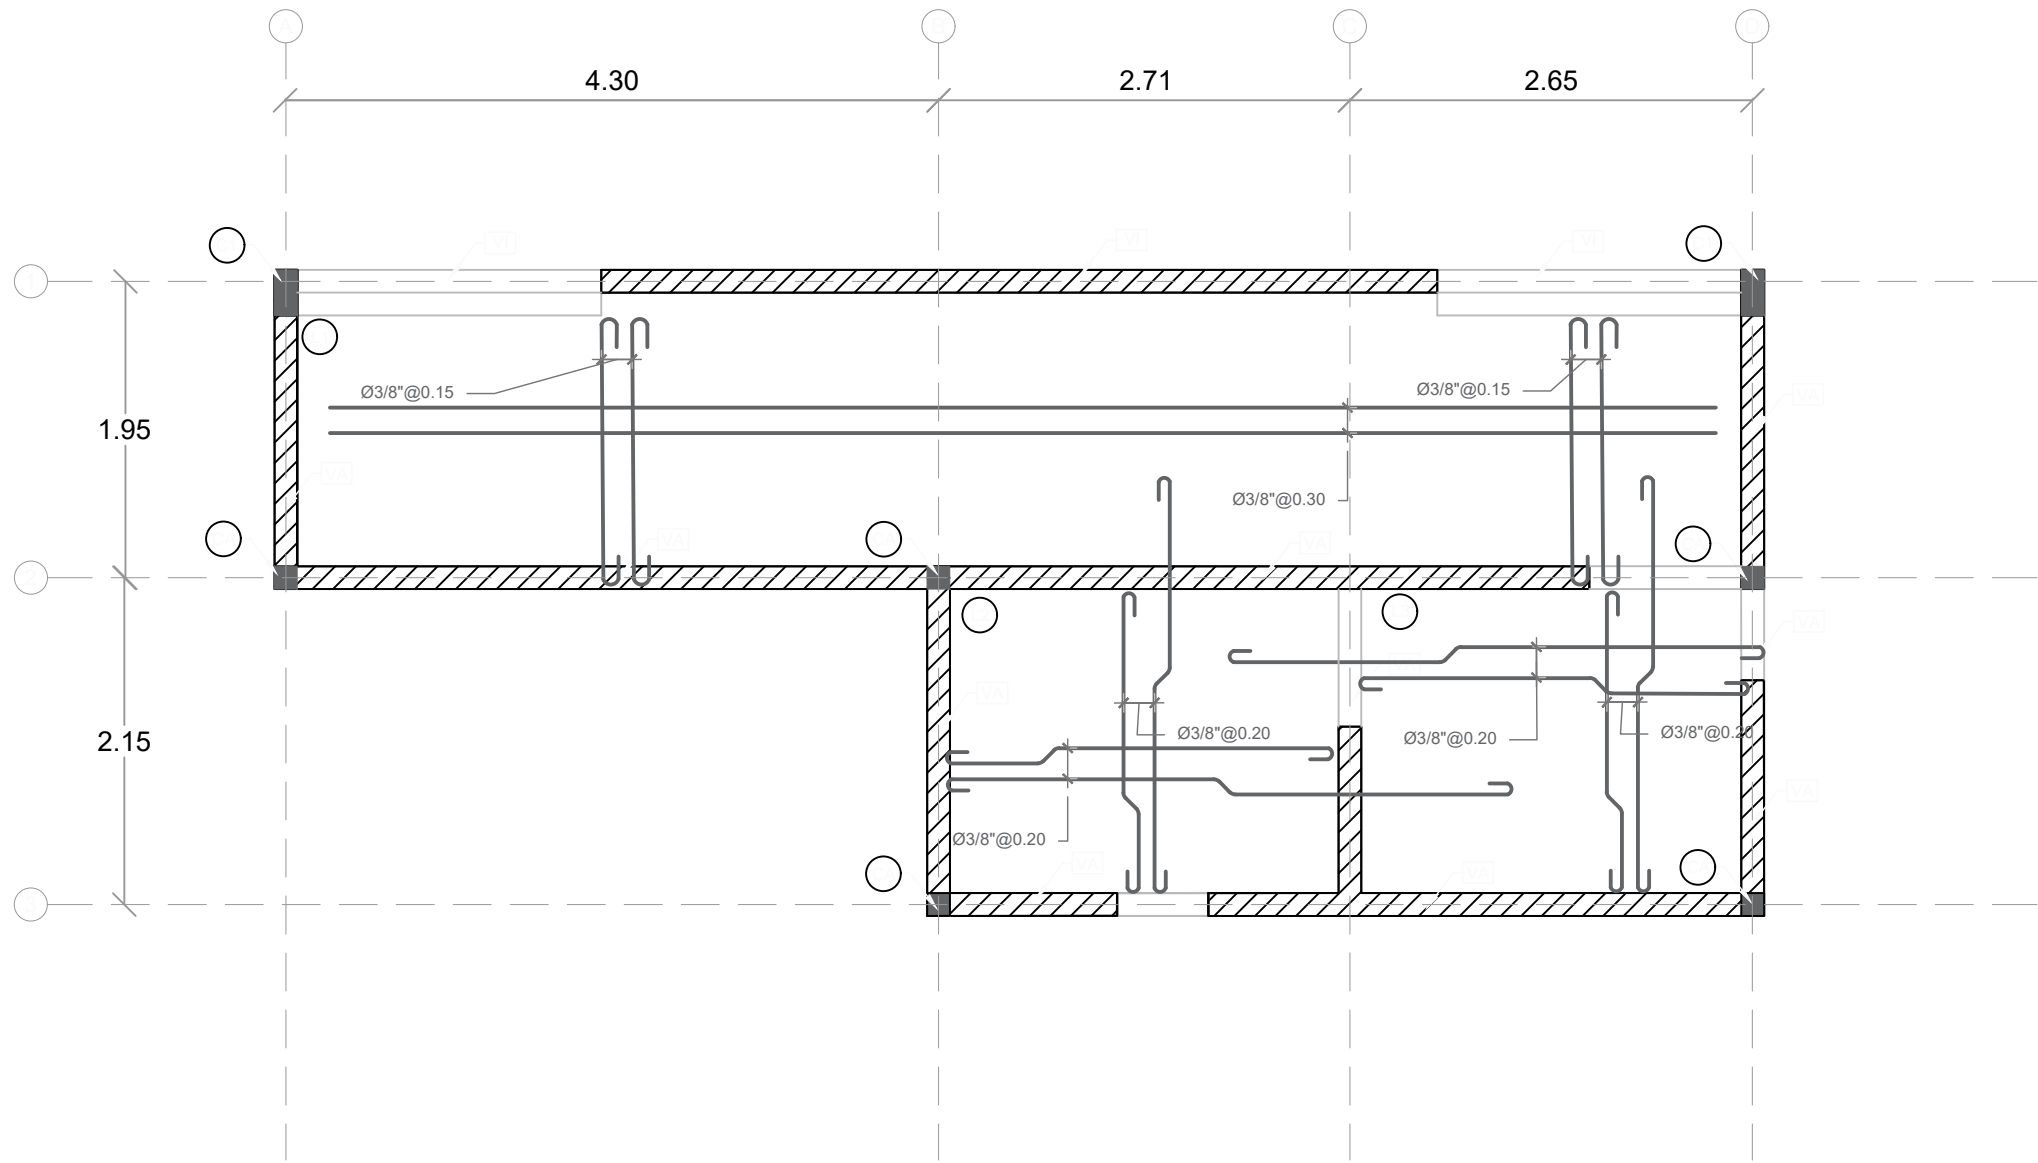

PLANTA ESTRUCTURAL DE TECHO - DUGOUT

ESC.: 1:50

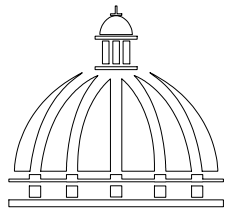

GOBIERNO DE LA
RBPÚBLICA DOMINICANA

DIRECCION DE DESARROLLO
PROVINCIAL
DDP

Ave. Dr. Delgado, Esq. Moisés García,
Gazcue, Sto. Dgo., R.D.
TEL.: (809)-364-2189 | FAX.: (809)- 688-1665
E-Mail: info@cpadp.gob.do

PROYECTO:

CONSTRUCCIÓN CAMPO DE BÉISBOL EL
PESCOZON, MUNICIPIO VILLA LA MATA,
PROVINCIA SANCHEZ RAMIREZ
REPUBLICA DOMINICANA

EQUIPO DE TRABAJO:

DISEÑO ARQUITECTÓNICO
ARQ.

codia 00000

ENC. INGENIERÍA
ING. FIOR DALIZA BONIFACIO
codia 00000

ESTRUCTURAL
ING.

codia 00000

ELÉCTRICO
ING. Juan Pérez
codia 00000

HIDRO-SANITARIO
ING. Francis Estévez
codia 00000

SELLO DE APROBACIÓN:

FECHA:

PLATA ESTRUCTURAL
DE TECHOS

PLANTA ESTRUCTURAL


ESCALA:

1:50


SEPTIEMBRE 2026

NO. PÁGINA:


020

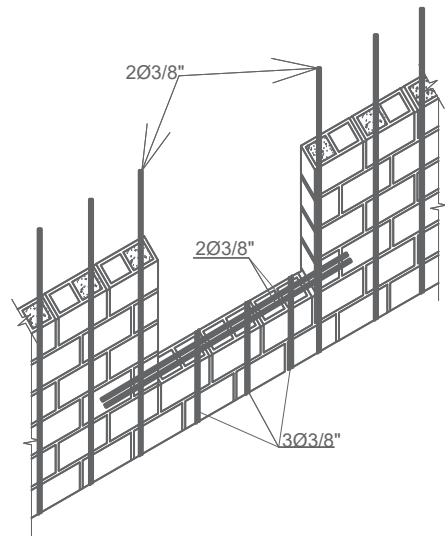


DETALLE REFUERZO ABERTURA VENTANA

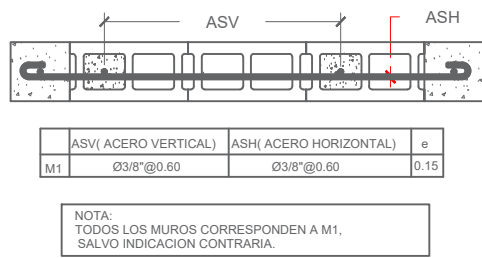

DETALLE REFUERZO MAMPOSTERIA

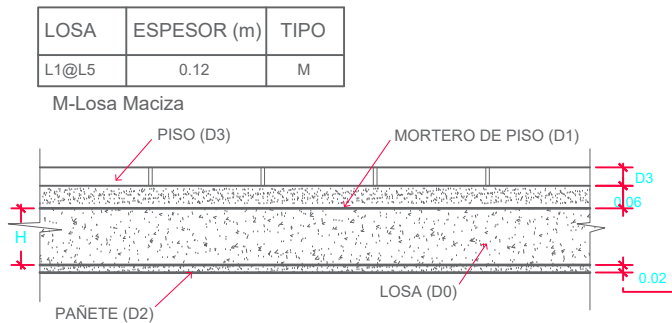

DETALLE DE LOSAS

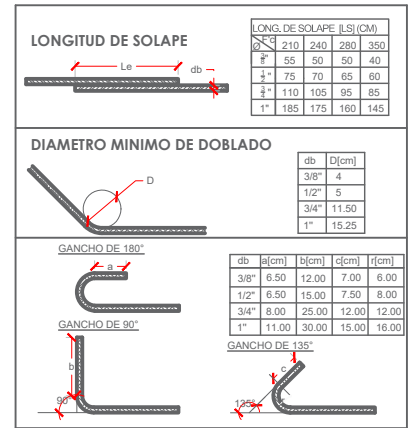

NOTA CARGA DE LOSAS:

1) CARGAS DE SERVICIOS.

1-A) CARGAS MUERTAS.

D0 = PESO PROPIO = 0.12m X 2400 Kg/m3

D0 = 288 Kg/m2

D1 = 0.06 m X 2100 Kg/m3

D1 = 126 Kg/m2

D2 = 0.02 m X 2100 Kg/m3 = 42 Kg/m2

D3 = 20 Kg/m2

1-B) CARGAS VIVAS

L1- HABITACIONES, PASILLO Y ESTAR

L2- BALCONES Y ESCALERAS

L1 = 200 Kg/m2

L2 = 400 Kg/m2

NOTA DE REFUERZOS

1-TODO ACERO LONGITUDINAL CORRESPONDE A Ø3/8". TODO ESPACIAMIENTO COLOCADO EN ACERO LONGITUDINAL CORRESPONDE 0.25, A MENOS QUE SE INDIQUE LO CONTRARIO.

2-TODO ACERO ADICIONAL CORRESPONDE A Ø3/8". TODO ESPACIAMIENTO COLOCADO EN ACERO ADICIONAL CORRESPONDE 0.50, A MENOS QUE SE INDIQUE LO CONTRARIO.

3-EL ACERO DE REFUERZO A SER COLOCADO PRIMERO SERA AQUEL CON MENOR ESPACIAMIENTO.

CALIDAD DE LOS MATERIALES

1- Concreto:

F'c= 210 Kg/cm²

2- Barra de refuerzo corrugado (Varillas)

Fy= 4,200 Kg/cm² (Grado 60)

3- Malla Electrosoldada

Fy= 5,600 Kg/cm² (Grado 80)

4- Bloques de concreto



Fb≥ 60 Kg/cm².

5- Mortero en junta


F'j≥ 80 Kg/cm²

6- Hormigón en cámara

F'cm≥ 120 Kg/cm².

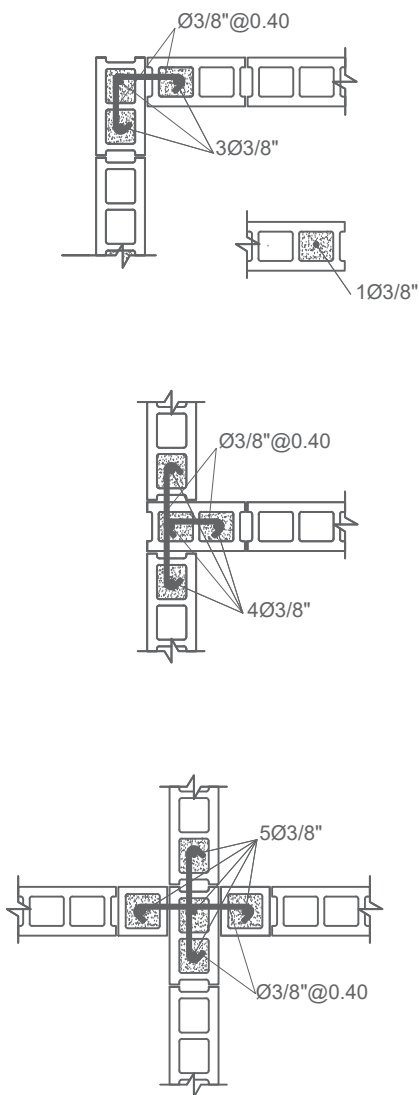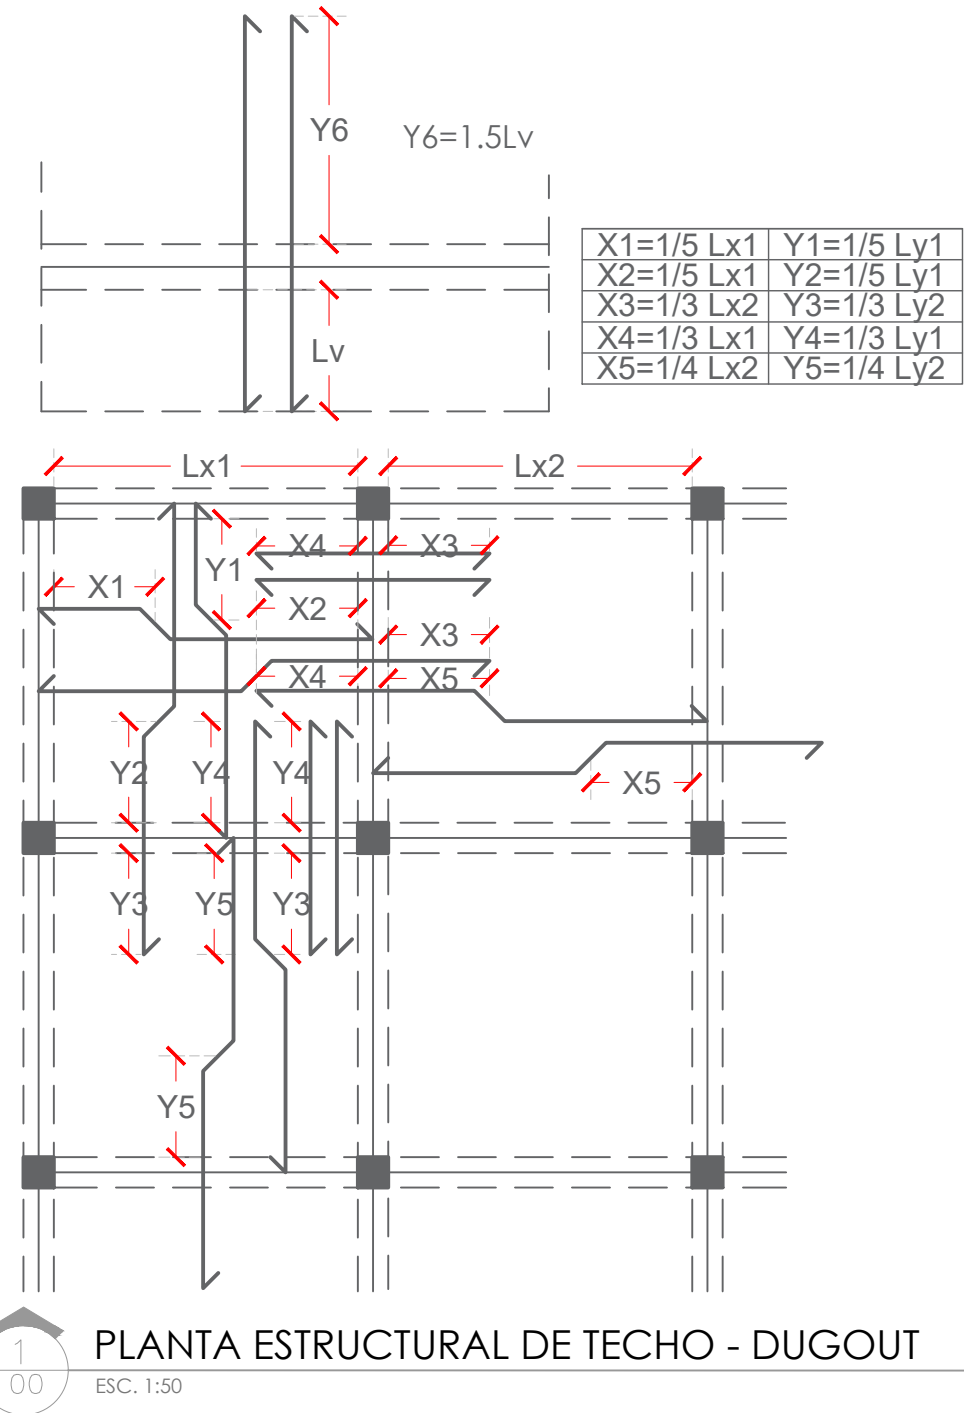

DETALLE INTERSECCIONES DE MURO

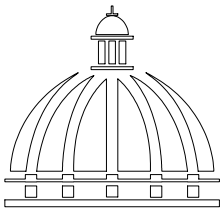

GOBIERNO DE LA
REPÚBLICA DOMINICANA

DIRECCION DE DESARROLLO
PROVINCIAL
DDP

Ave. Dr. Delgado, Esq. Moisés García,
Gazcue, Sto. Dgo., R.D.
TEL.: (809)-364-2189 | FAX.: (809)- 688-1665
E-Mail: info@cpadp.gob.do

PROYECTO:

CONSTRUCCIÓN CAMPO DE BÉISBOL EL
PESCOZON, MUNICIPIO VILLA LA MATA,
PROVINCIA SANCHEZ RAMIREZ
REPUBLICA DOMINICANA

EQUIPO DE TRABAJO:

DISEÑO ARQUITECTÓNICO
ARQ.

codia 00000

ENC. INGENIERÍA
ING. FIOR DALIZA BONIFACIO
codia 00000

ESTRUCTURAL
ING.

codia 00000

ELÉCTRICO
ING. Juan Pérez
codia 00000

HIDRO-SANITARIO
ING. Francis Estévez
codia 00000

SELLO DE APROBACIÓN:

FECHA:

CONTENIDO:

DETALLES
ESTRUCTURALES



ESCALA:

1:50

SEPTIEMBRE 2026

NO. PÁGINA:

021

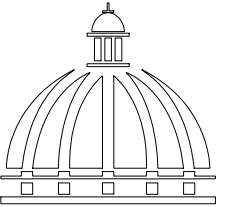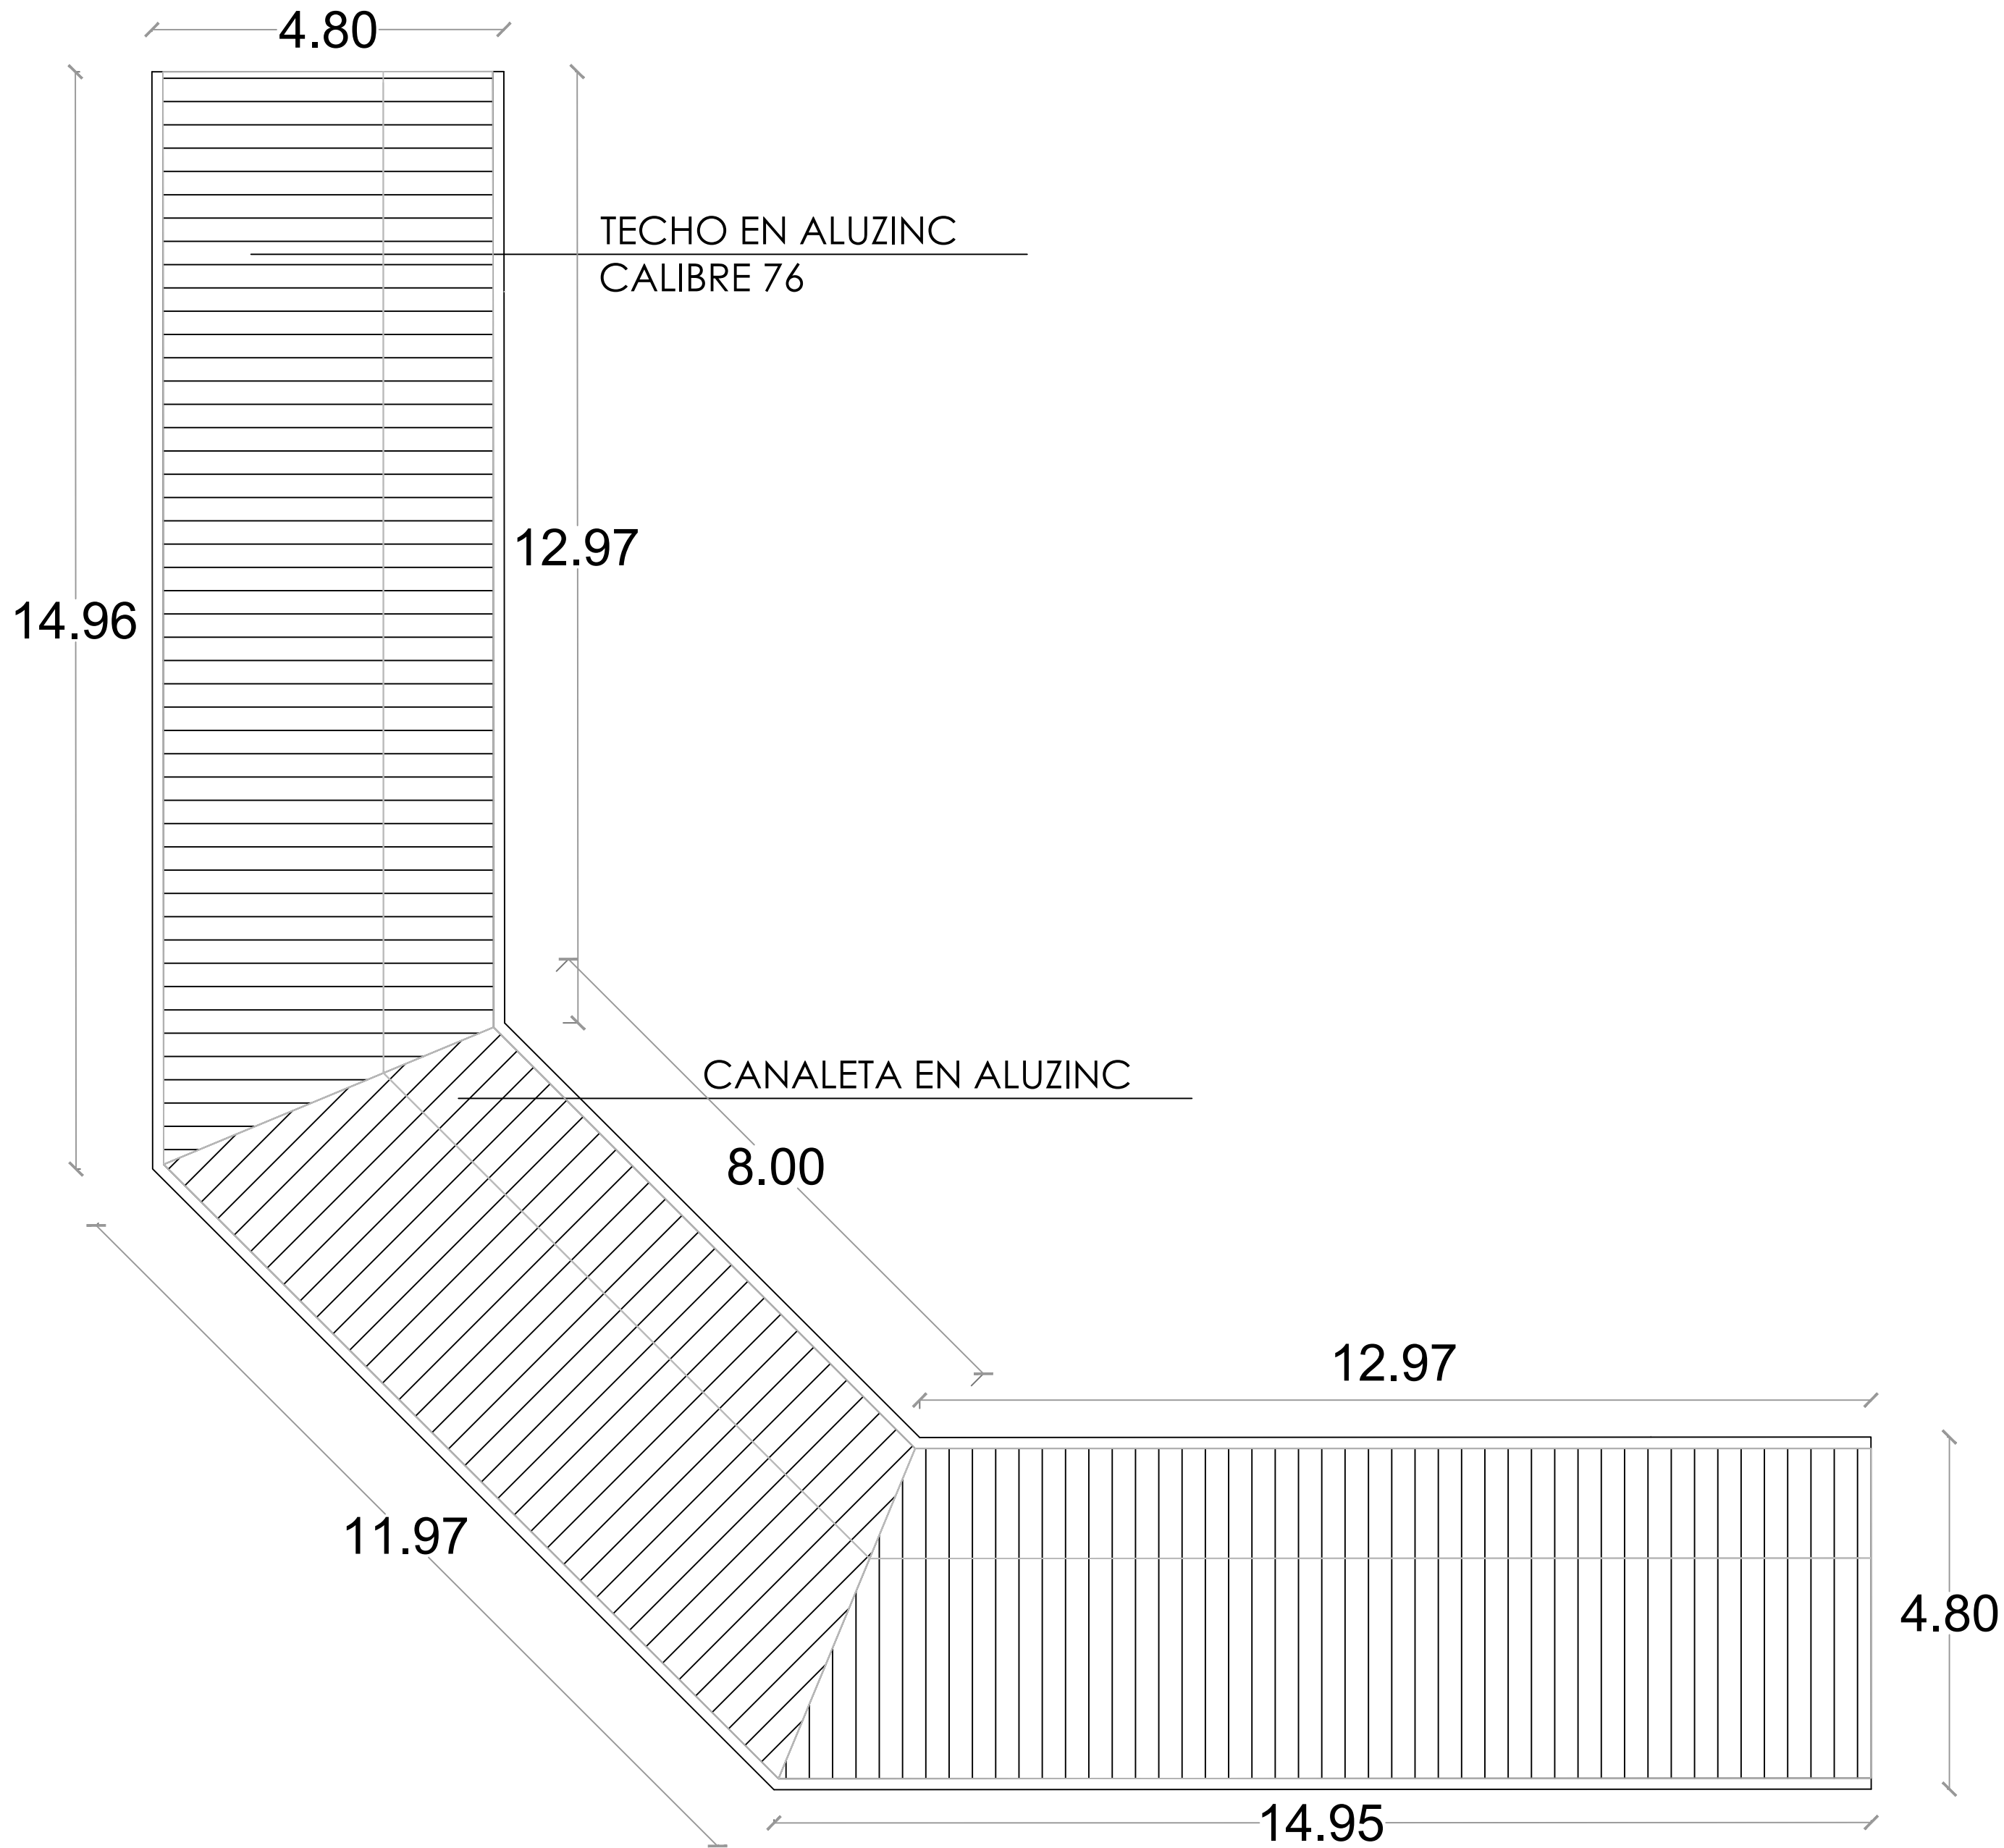

GOBIERNO DE LA
REPÚBLICA DOMINICANA

DIRECCION DE DESARROLLO
PROVINCIAL
DDP

Ave. Dr. Delgado, Esq. Moisés García,
Gazcue, Sto. Dgo., R.D.
TEL.: (809)-364-2189 | FAX.: (809)- 688-1665
E-Mail: info@cpadp.gob.do

PROYECTO:

CONSTRUCCIÓN CAMPO DE BÉISBOL EL
PESCOZON, MUNICIPIO VILLA LA MATA,
PROVINCIA SANCHEZ RAMIREZ
REPUBLICA DOMINICANA

EQUIPO DE TRABAJO:

DISEÑO ARQUITECTÓNICO
ARQ.

codia 00000

ENC. INGENIERÍA

ING. FIOR DALIZA BONIFACIO

codia 00000

ESTRUCTURAL

ING.

codia 00000

ELÉCTRICO

ING. Juan Pérez

codia 00000

HIDRO-SANITARIO

ING. Francis Estévez

codia 00000

SELLO DE APROBACIÓN:

FECHA:

CONTENIDO:

PLANTA DE TECHOS - GRADAS


ESCALA:

1:75

SEPTIEMBRE 2026


NO. PÁGINA:

022

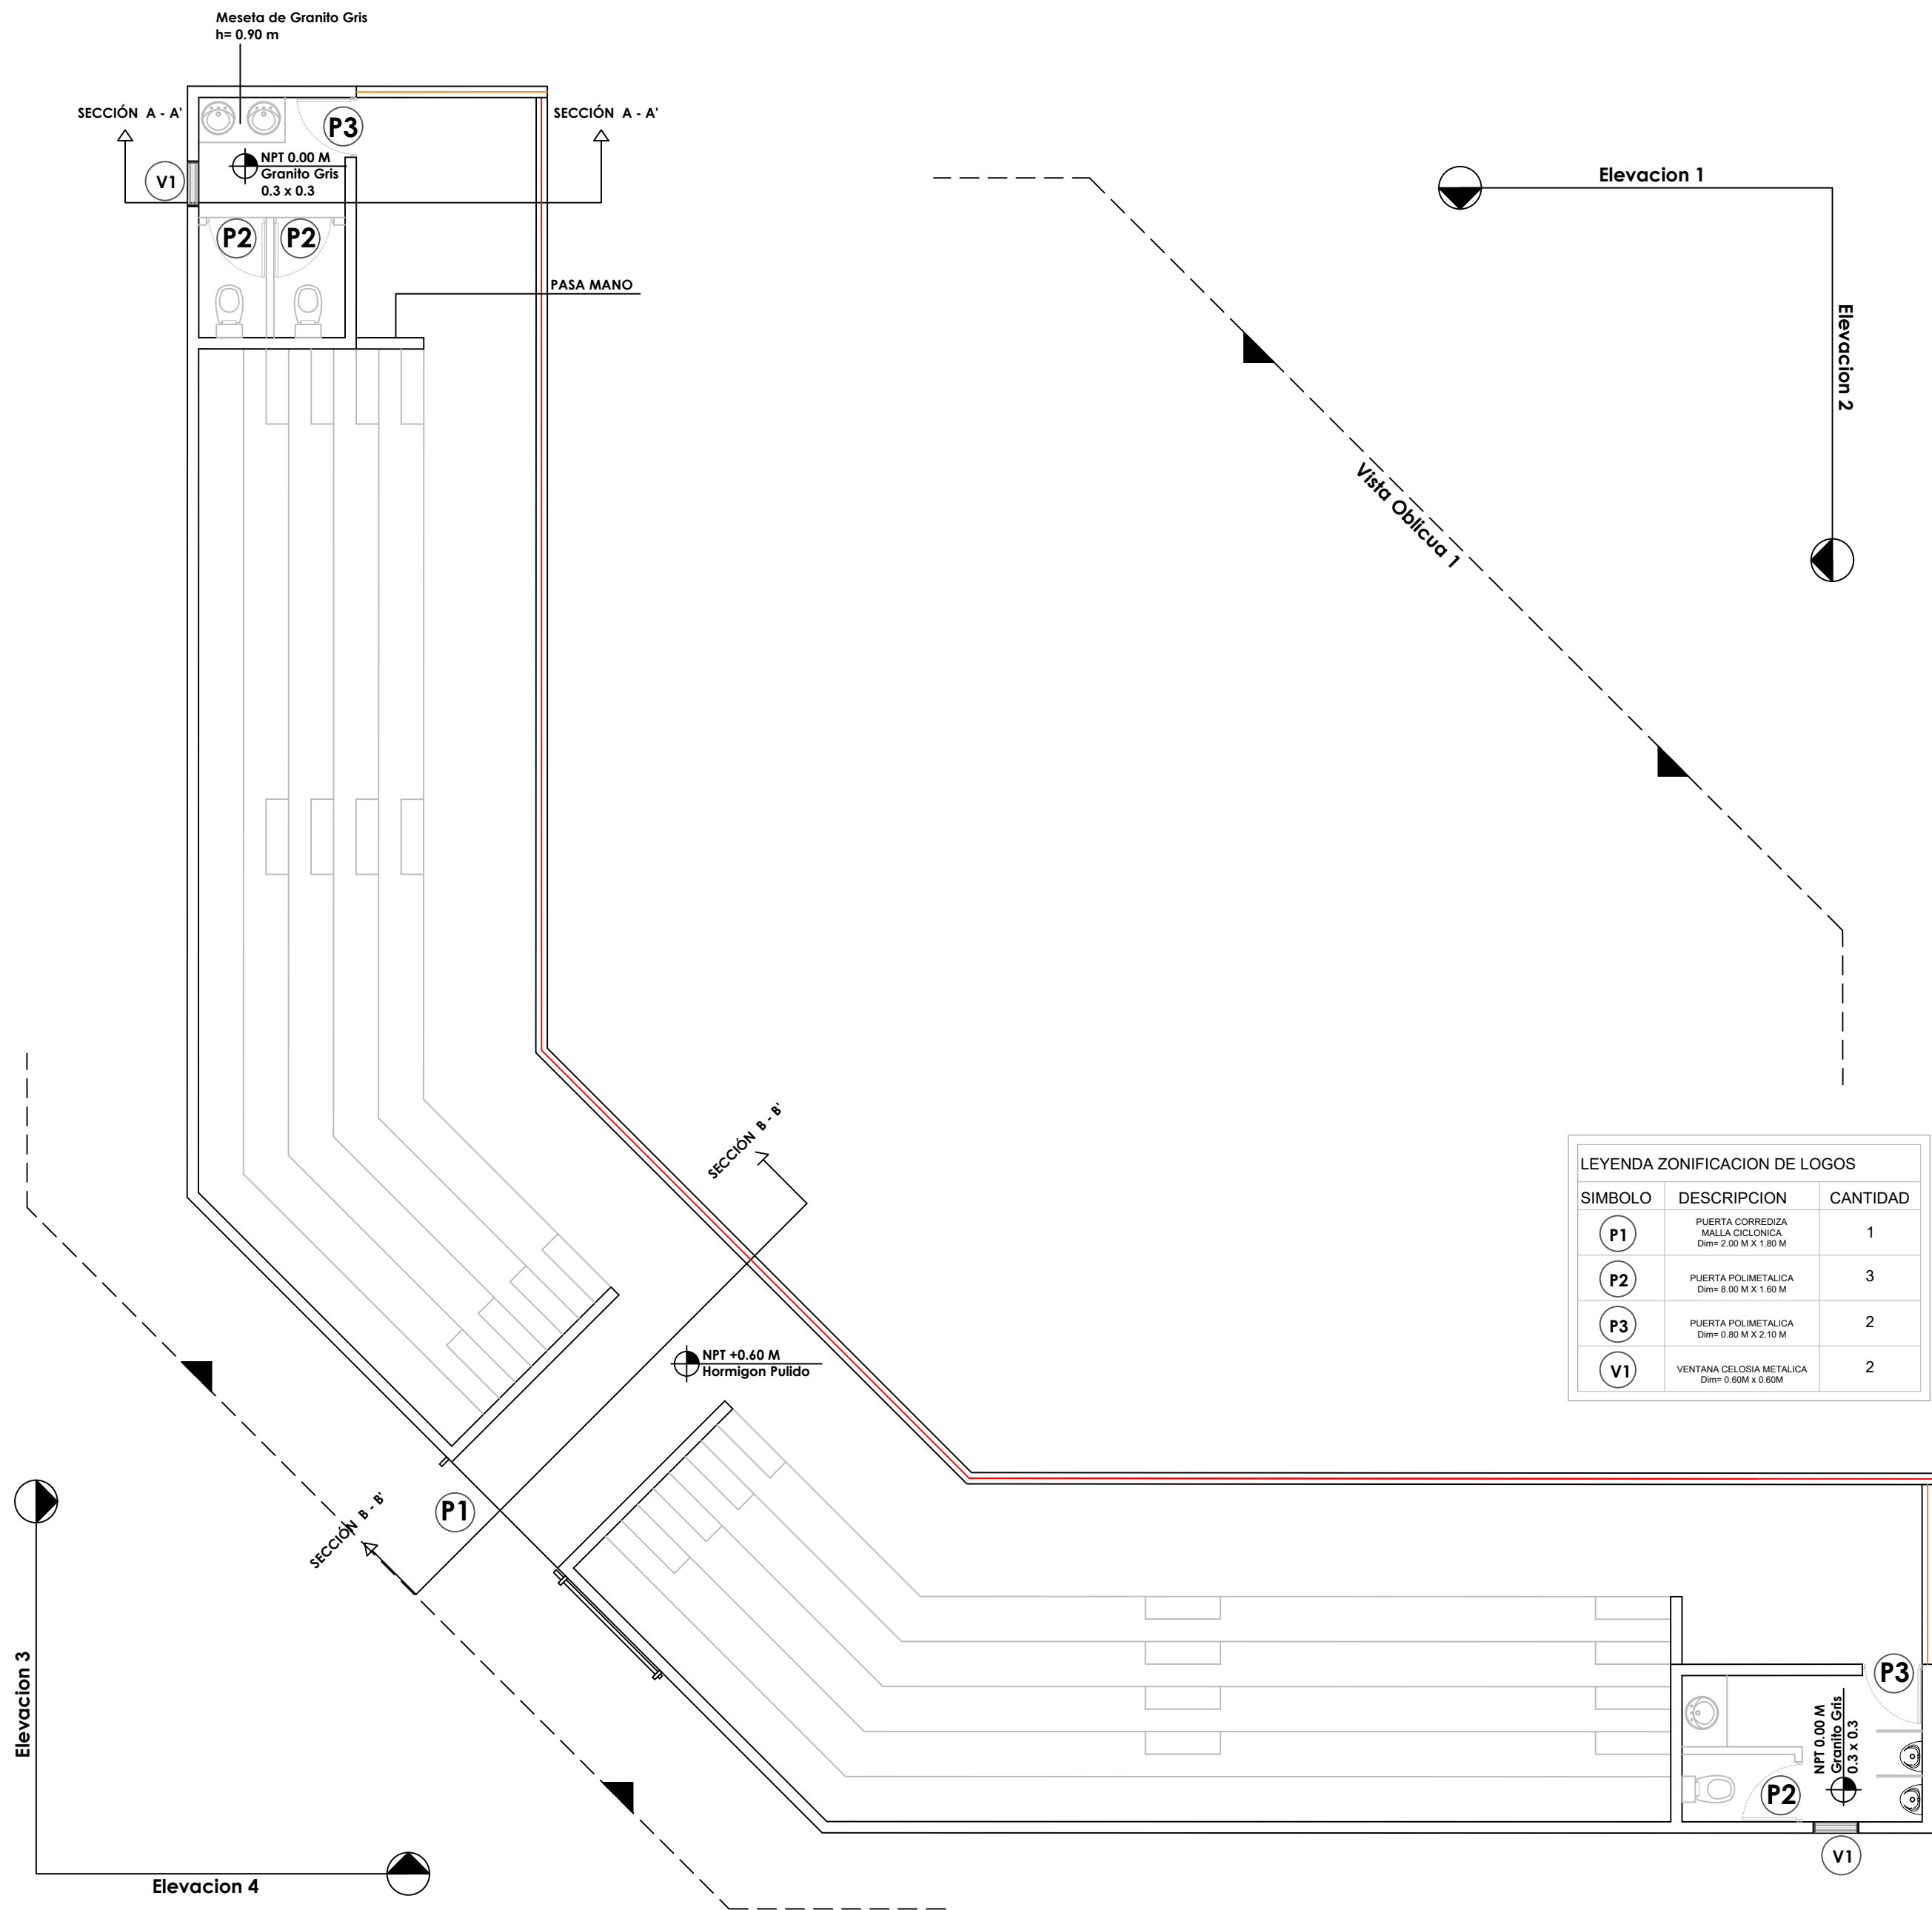

LEYENDA ZONIFICACION DE LOGOS

SIMBOLO	DESCRIPCION	CANTIDAD
P1	PUERTA CORREDIZA MALLA CICLONICA Dim= 2.00 M X 1.80 M	1
P2	PUERTA POLIMETALICA Dim= 8.00 M X 1.60 M	3
P3	PUERTA POLIMETALICA Dim= 0.80 M X 2.10 M	2
V1	VENTANA CELOSIA METALICA Dim= 0.60M x 0.60M	2

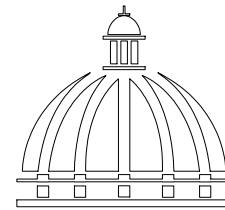

GOBIERNO DE LA
REPÚBLICA DOMINICANA

DIRECCION DE DESARROLLO
PROVINCIAL
DDP

Ave. Dr. Delgado, Esq. Moises García,
Gazcue, Sto. Dgo., R.D.
TEL.: (809)-364-2189 | FAX.: (809)- 688-1665
E-Mail: info@cpadp.gob.do

PROYECTO:

CONSTRUCCIÓN CAMPO DE BÉISBOL EL
PESCOZON, MUNICIPIO VILLA LA MATA,
PROVINCIA SANCHEZ RAMIREZ
REPUBLICA DOMINICANA

EQUIPO DE TRABAJO:

DISEÑO ARQUITECTÓNICO
ARQ.

codia 00000

ENC. INGENIERÍA

ING. FIOR DALIZA BONIFACIO

codia 00000

ESTRUCTURAL

ING.

codia 00000

ELÉCTRICO

ING. Juan Pérez

codia 00000

HIDRO-SANITARIO

ING. Francis Estévez

codia 00000

SELLO DE APROBACIÓN:

FECHA:

CONTENIDO:

PLANTA ARQUITECTONICA



ESCALA:

1:75

SEPTIEMBRE 2026

NO. PÁGINA:

023

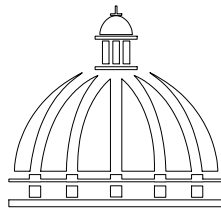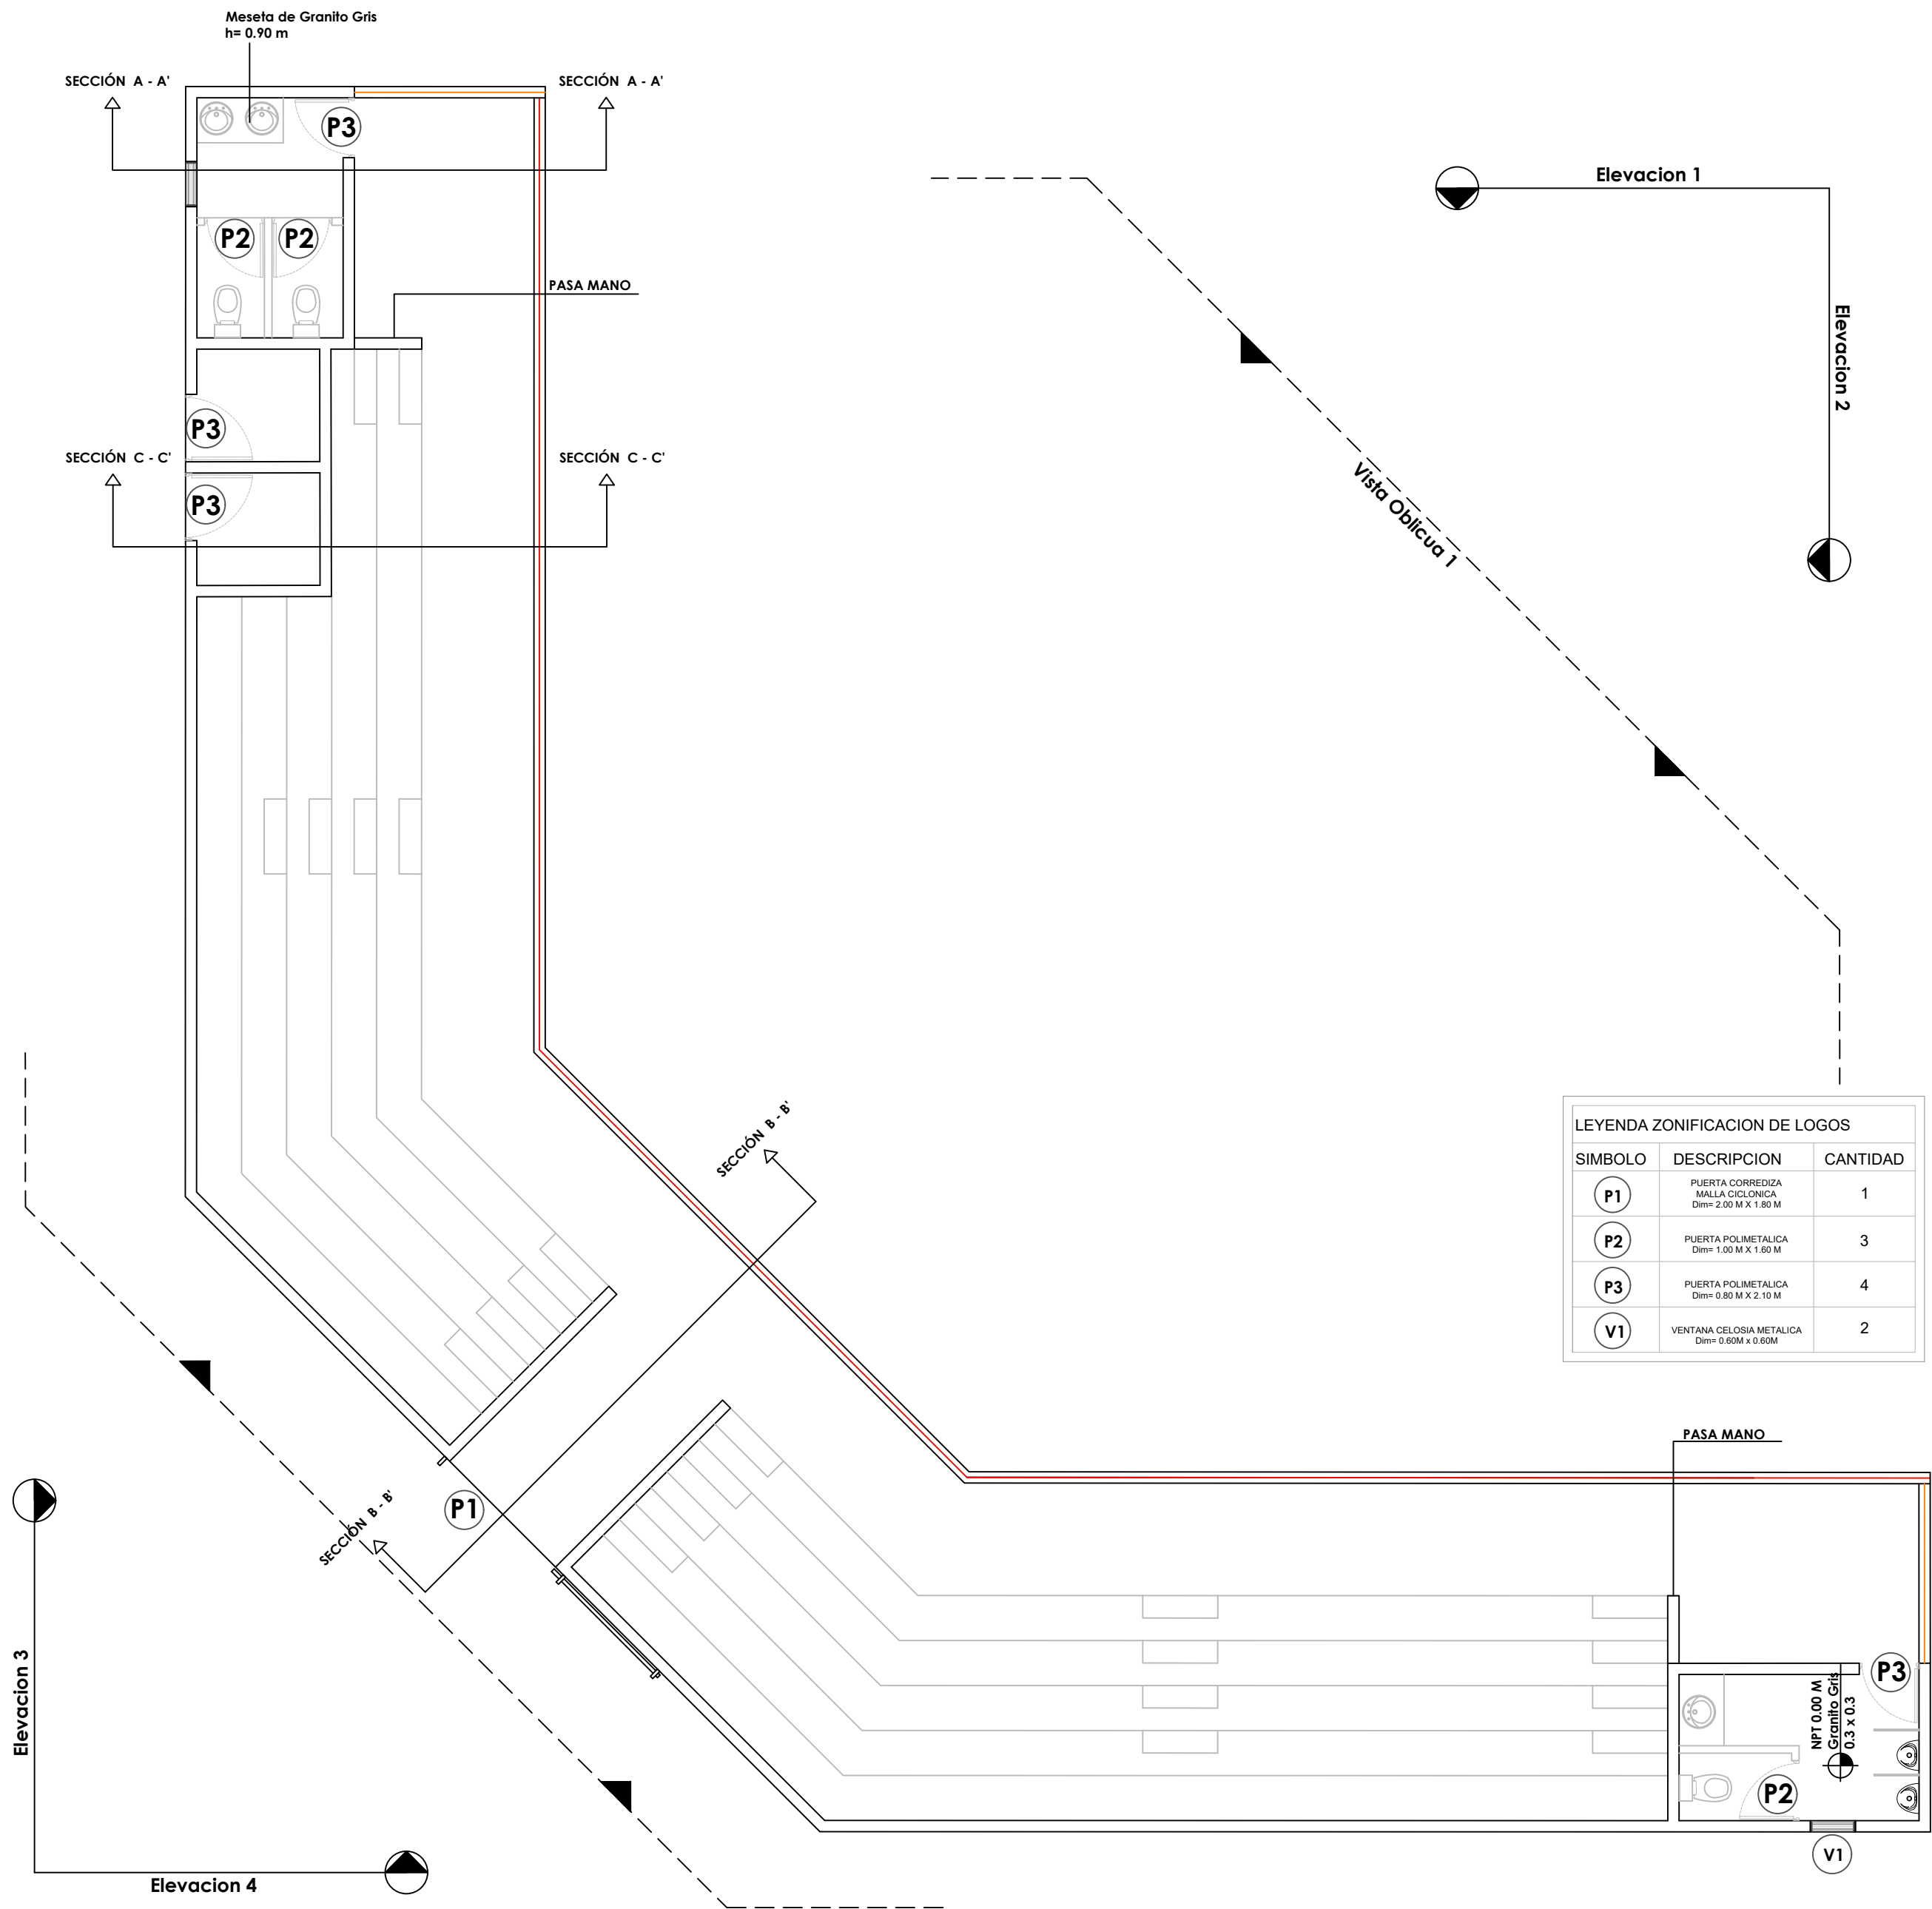

GOBIERNO DE LA
REPÚBLICA DOMINICANA

DIRECCION DE DESARROLLO
PROVINCIAL
DDP

Ave. Dr. Delgado, Esq. Moises García,
Gazcue, Sto. Dgo., R.D.
TEL.: (809)-364-2189 | FAX.: (809)- 688-1665
E-Mail: info@cpadp.gob.do

PROYECTO:

CONSTRUCCIÓN CAMPO DE BÉISBOL EL
PESCOZON, MUNICIPIO VILLA LA MATA,
PROVINCIA SANCHEZ RAMIREZ
REPUBLICA DOMINICANA

EQUIPO DE TRABAJO:

DISEÑO ARQUITECTÓNICO
ARQ.

codia 00000

ENC. INGENIERÍA

ING. FIOR DALIZA BONIFACIO

codia 00000

ESTRUCTURAL

ING.

codia 00000

ELÉCTRICO

ING. Juan Pérez

codia 00000

HIDRO-SANITARIO

ING. Francis Estévez

codia 00000

SELLO DE APROBACIÓN:

FECHA:

CONTENIDO:

PLANTA ARQUITECTONICA



ESCALA:

1:75

SEPTIEMBRE 2026

NO. PÁGINA:

024

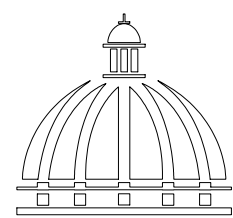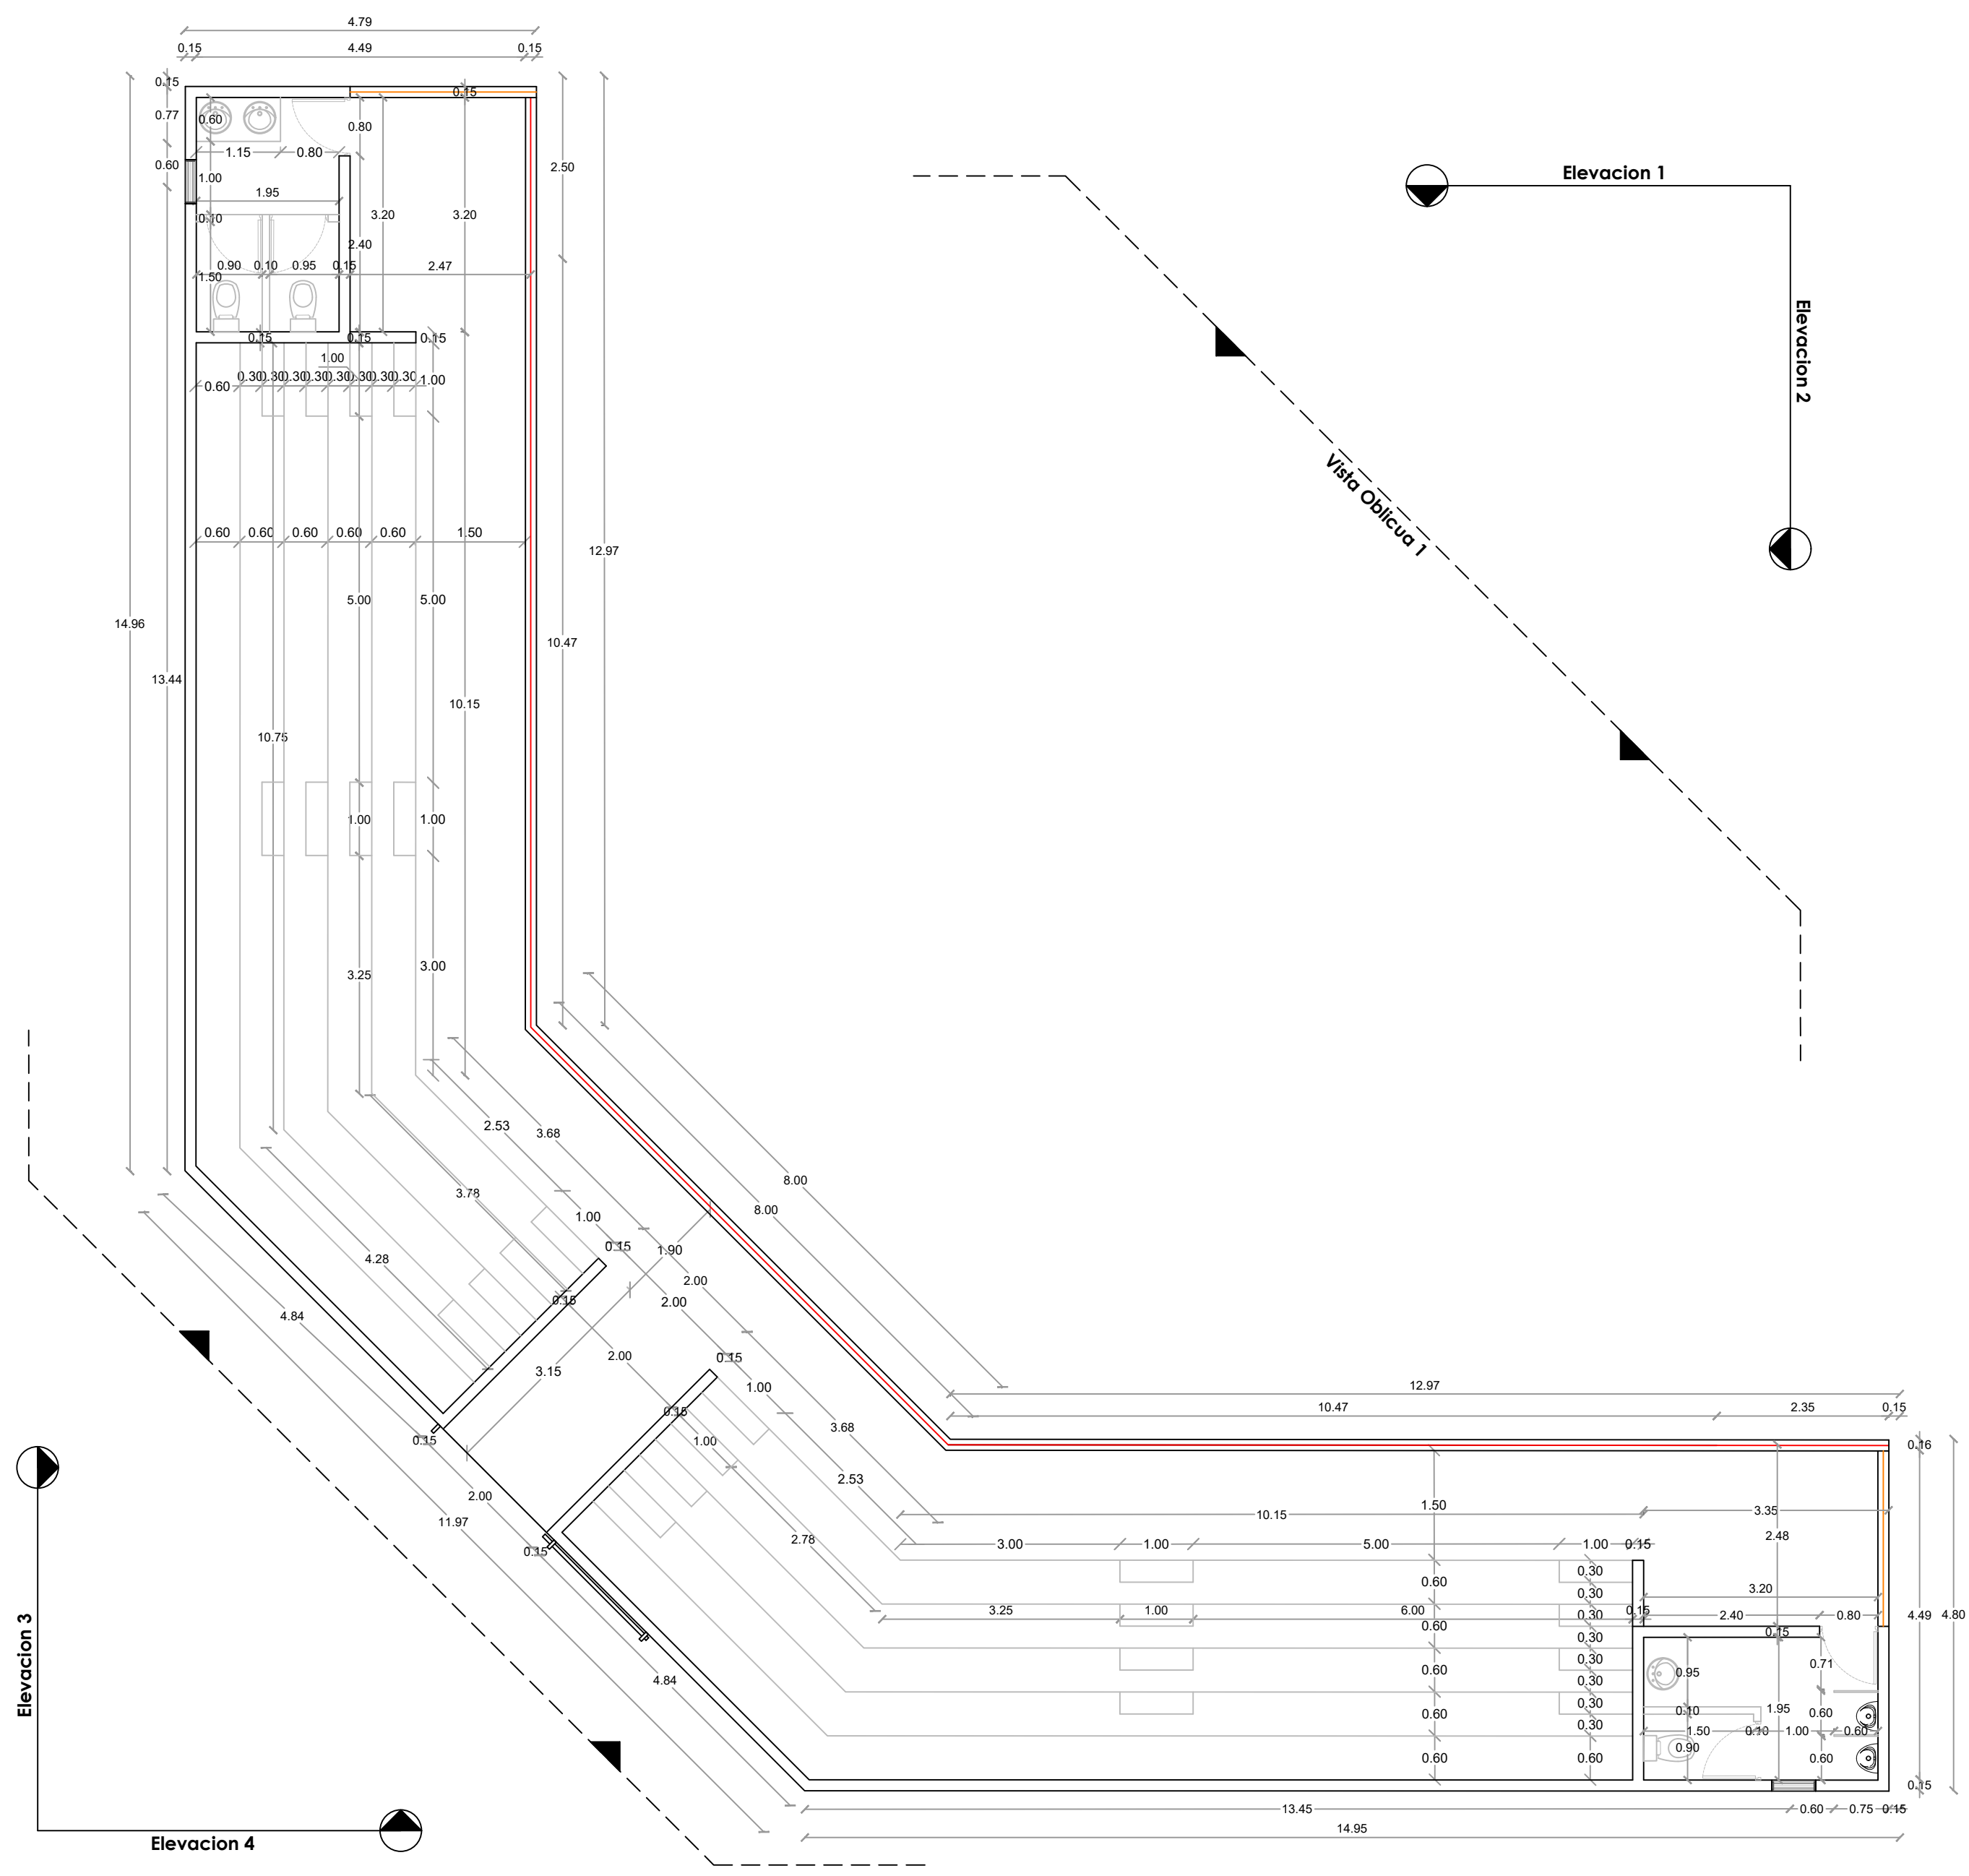

GOBIERNO DE LA
REPÚBLICA DOMINICANA

DIRECCION DE DESARROLLO
PROVINCIAL
DDP

Ave. Dr. Delgado, Esq. Moises García,
Gazcue, Sto. Dgo., R.D.
TEL.: (809)-364-2189 | FAX.: (809)- 688-1665
E-Mail: info@cpadp.gob.do

PROYECTO:

CONSTRUCCIÓN CAMPO DE BÉISBOL EL
PESCOZON, MUNICIPIO VILLA LA MATA,
PROVINCIA SANCHEZ RAMIREZ
REPUBLICA DOMINICANA

EQUIPO DE TRABAJO:

DISEÑO ARQUITECTÓNICO
ARQ.

codia 00000

ENC. INGENIERÍA

ING. FIOR DALIZA BONIFACIO

codia 00000

ESTRUCTURAL

ING.

codia 00000

ELÉCTRICO

ING. Juan Pérez

codia 00000

HIDRO-SANITARIO

ING. Francis Estévez

codia 00000

SELLO DE APROBACIÓN:

FECHA:

CONTENIDO:

PLANTA DIMENSIONADA



ESCALA:

1:75

SEPTIEMBRE 2026

NO. PÁGINA:

025

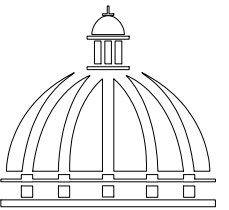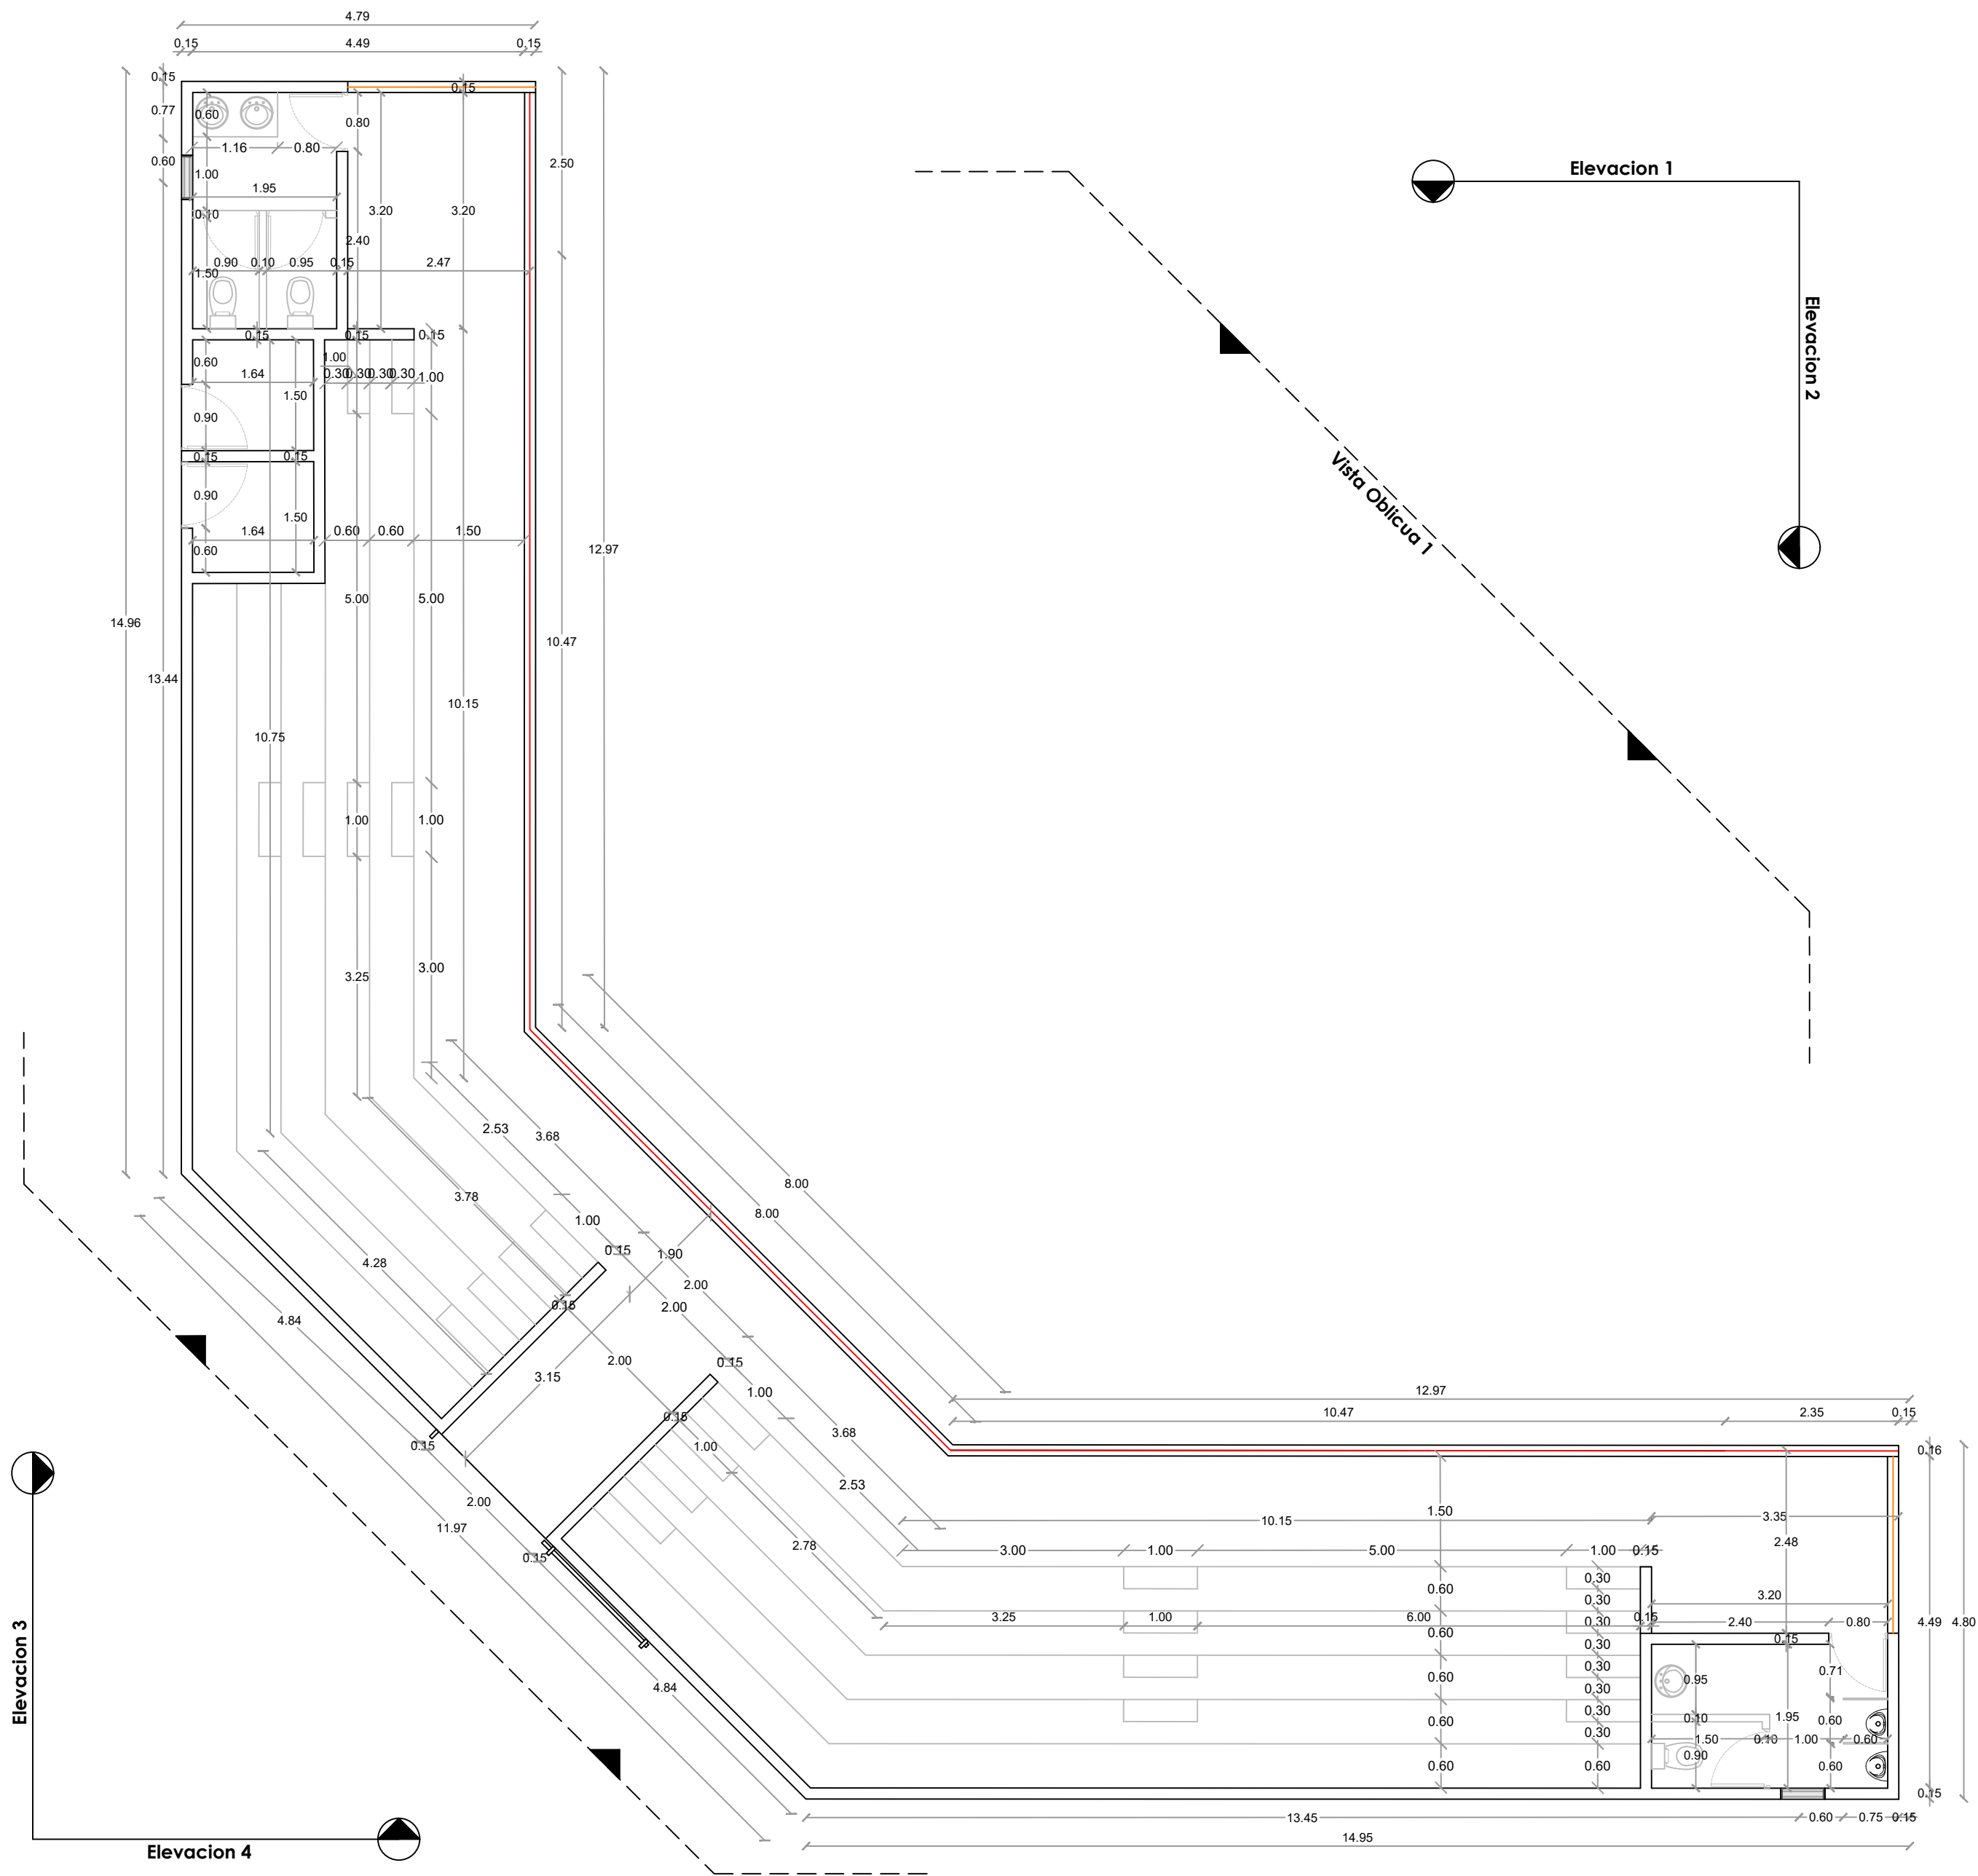

GOBIERNO DE LA
REPÚBLICA DOMINICANA

DIRECCION DE DESARROLLO
PROVINCIAL
DDP

Ave. Dr. Delgado, Esq. Moisés García,
Gazcue, Sto. Dgo., R.D.
TEL.: (809)-364-2189 | FAX.: (809)- 688-1665
E-Mail: info@cpadp.gob.do

PROYECTO:

CONSTRUCCIÓN CAMPO DE BÉISBOL EL
PESCOZON, MUNICIPIO VILLA LA MATA,
PROVINCIA SANCHEZ RAMIREZ
REPUBLICA DOMINICANA

EQUIPO DE TRABAJO:

DISEÑO ARQUITECTÓNICO
ARQ.

codia 00000

ENC. INGENIERÍA

ING. FIOR DALIZA BONIFACIO

codia 00000

ESTRUCTURAL

ING.

codia 00000

ELÉCTRICO

ING. Juan Pérez

codia 00000

HIDRO-SANITARIO

ING. Francis Estévez

codia 00000

SELLO DE APROBACIÓN:

FECHA:

CONTENIDO:

PLANTA DIMENSIONADA


ESCALA:

1:75


SEPTIEMBRE 2026

NO. PÁGINA:


026

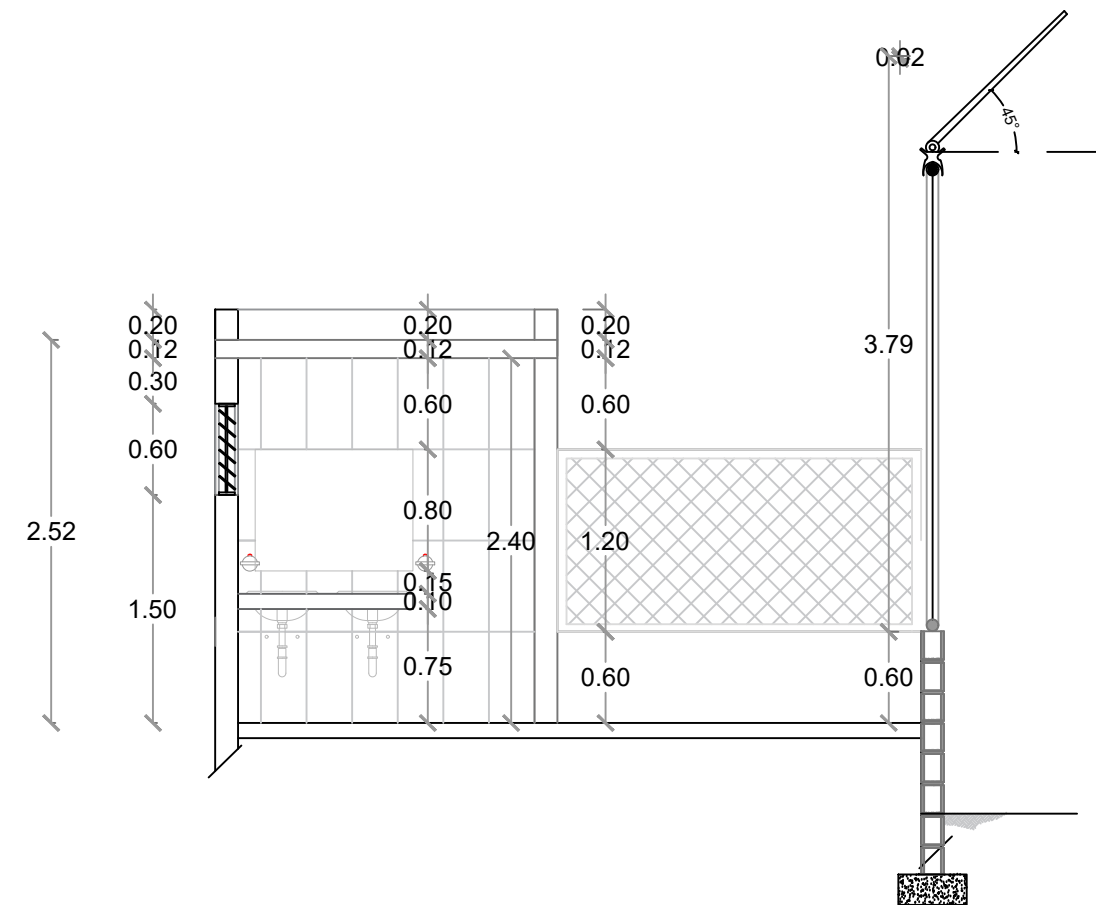


SECCIÓN A-A' - DIMENSIONADA - GRADAS
ESC. 1:50

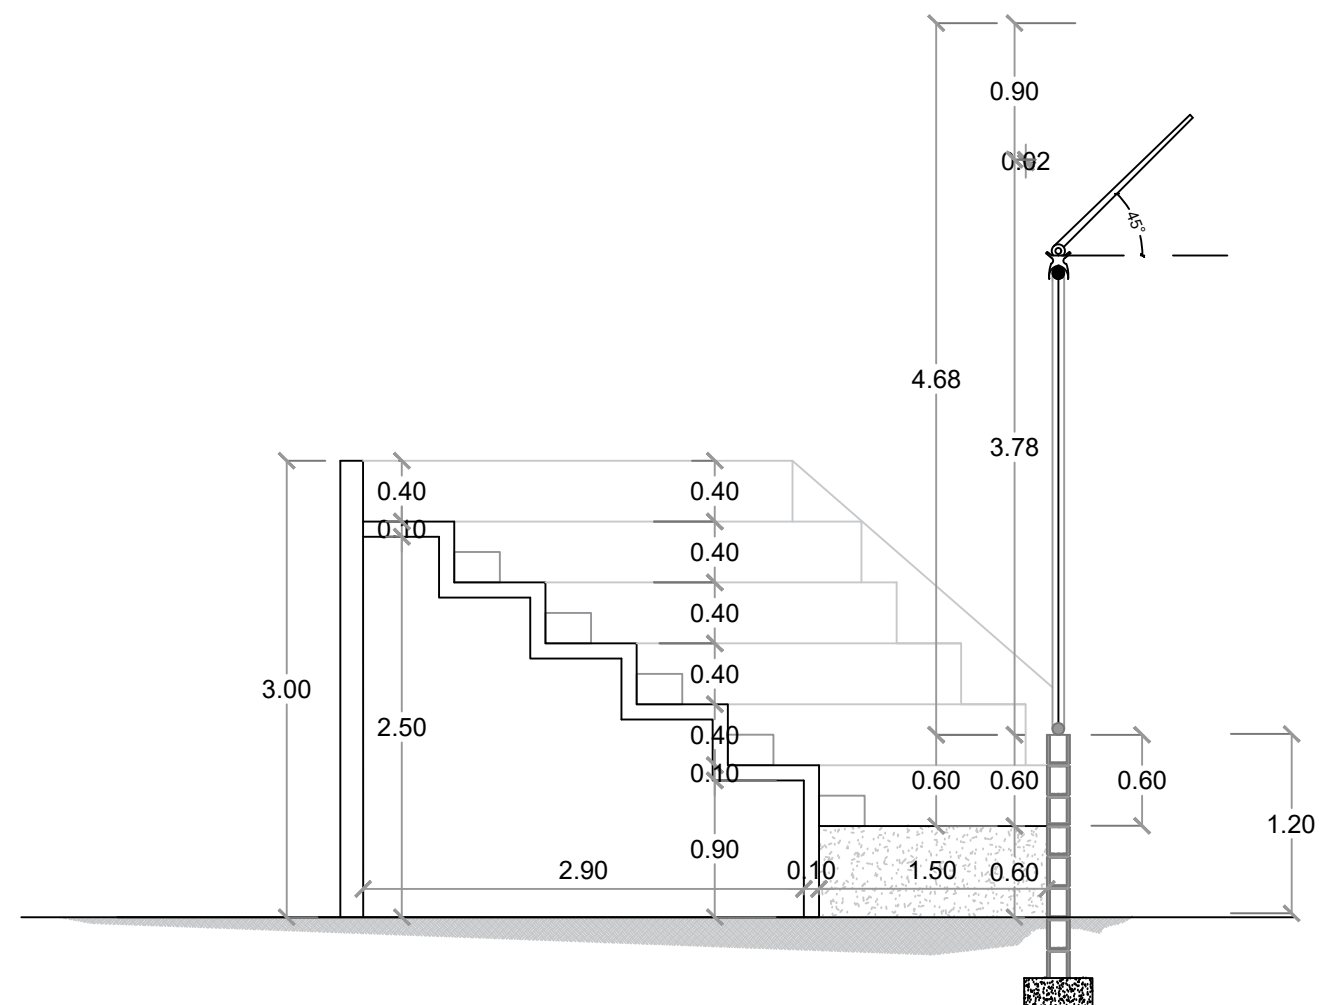

SECCIÓN B-B' - DIMENSIONADA - GRADAS
ESC. 1:50

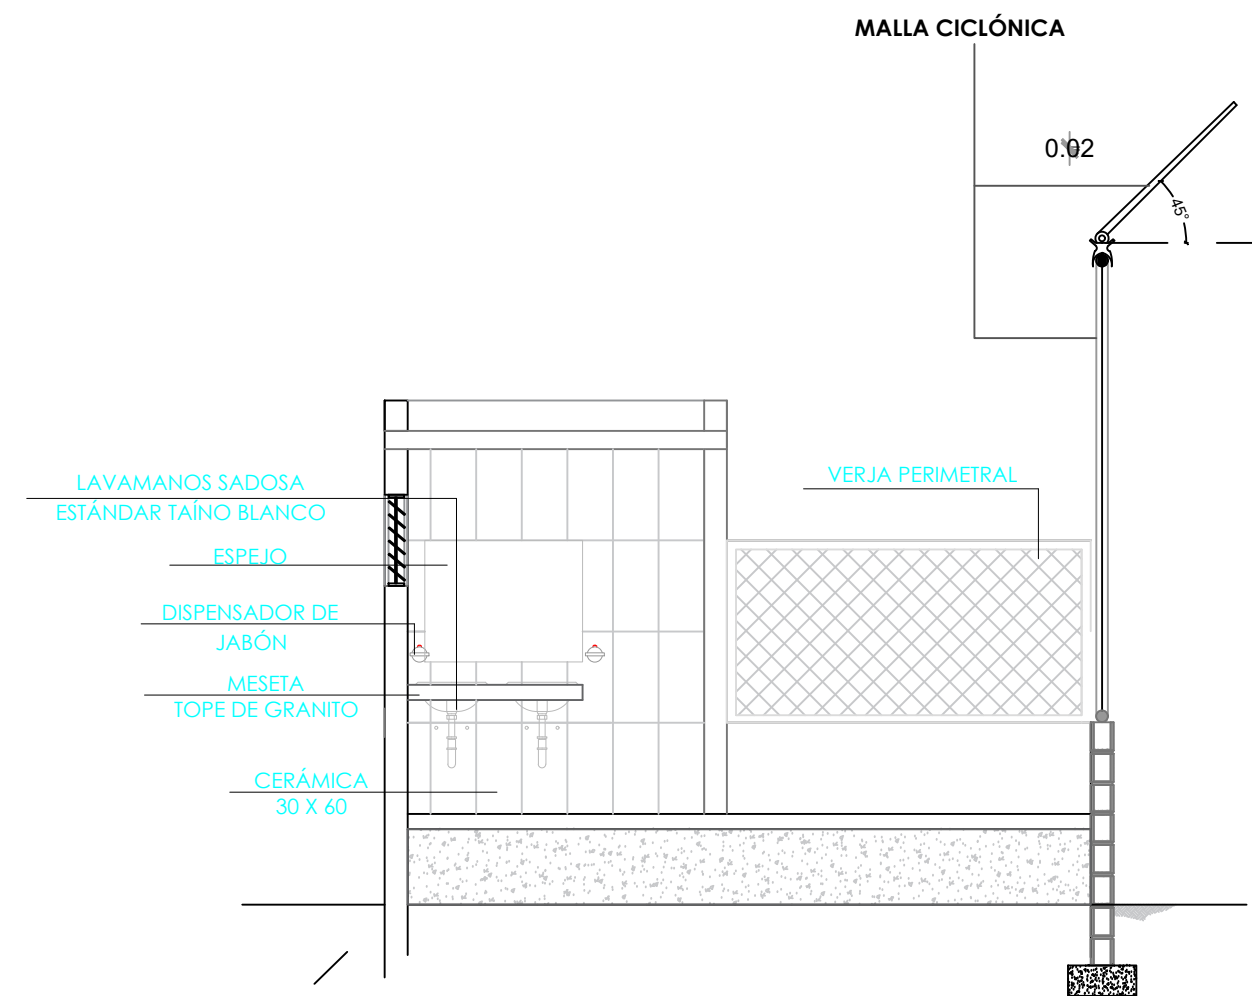

SECCIÓN A-A' - DETALLES - GRADAS
ESC. 1:50

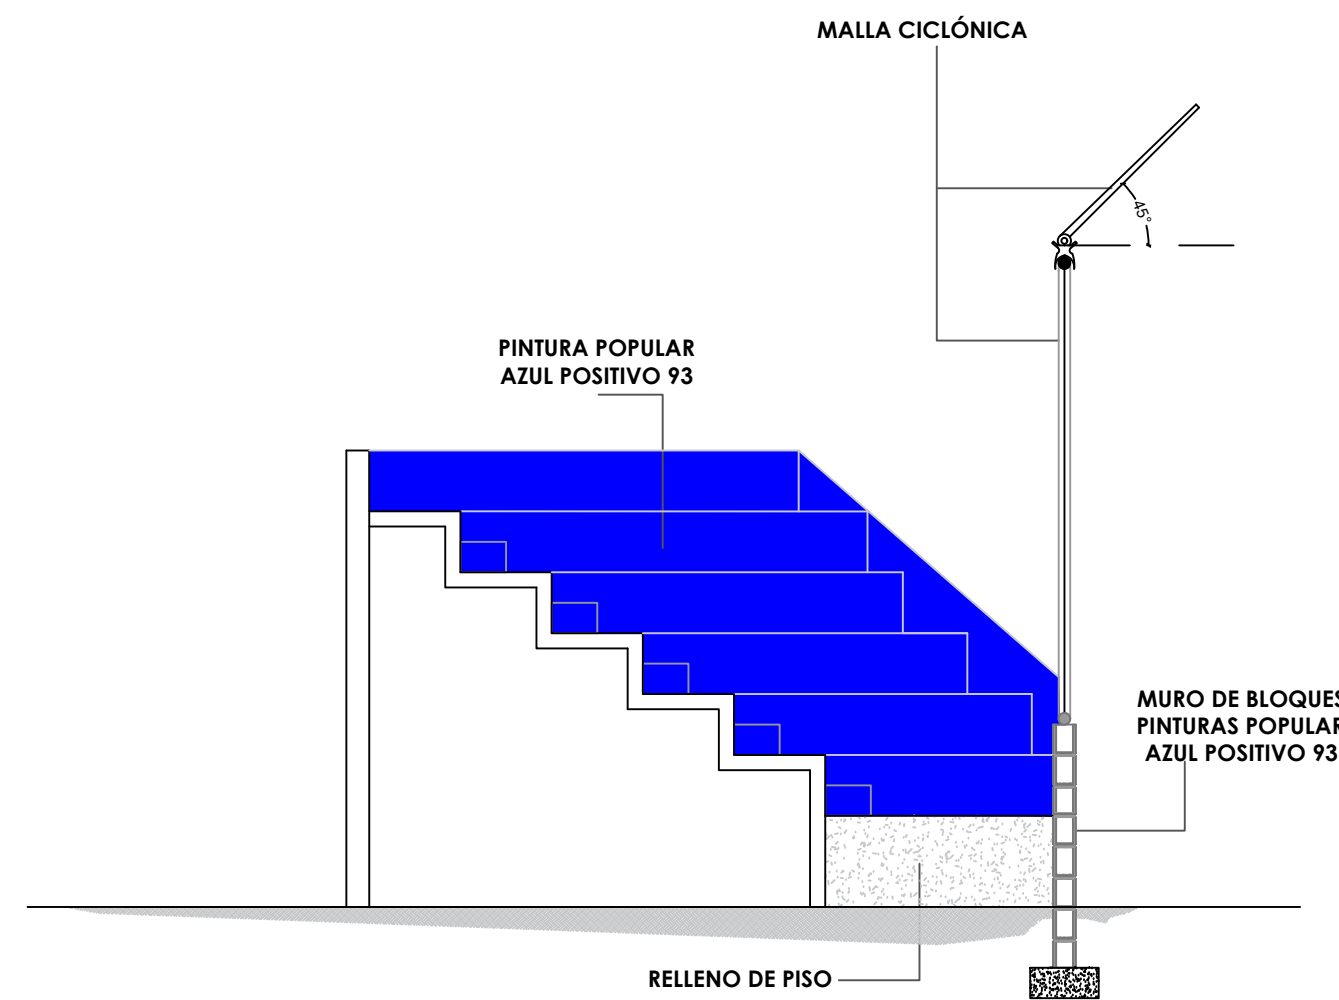

SECCIÓN B-B' - DETALLES - GRADAS
ESC. 1:50



**DIRECCION DE DESARROLLO
PROVINCIAL
DDP**

Ave. Dr. Delgado, Esq. Moises García,
Gazcue, Sto. Dgo., R.D.
TEL.: (809)-364-2189 | FAX.: (809)- 688-1665
E-Mail: info@cpadp.gob.do

PROYECTO:

**CONSTRUCCIÓN CAMPO DE BÉISBOL EL
PESCOZON, MUNICIPIO VILLA LA MATA,
PROVINCIA SANCHEZ RAMIREZ
REPUBLICA DOMINICANA**

EQUIPO DE TRABAJO:

DISEÑO ARQUITECTÓNICO
ARQ.

codia 00000

ENC. INGENIERÍA
ING. FIOR DALIZA BONIFACIO
codia 00000 _____

ESTRUCTURAL
ING.

codia 00000

ELÉCTRICO
ING. Juan Pérez
codia 00000

HIDRO-SANITARIO
ING. Francis Estévez
codia 00000

SELO DE APROBACIÓN:

FECHA:

CONTENIDO:

SECCIONES


ESCALA:

1:50


SEPTIEMBRE 2026

NO. PÁGINA:


027

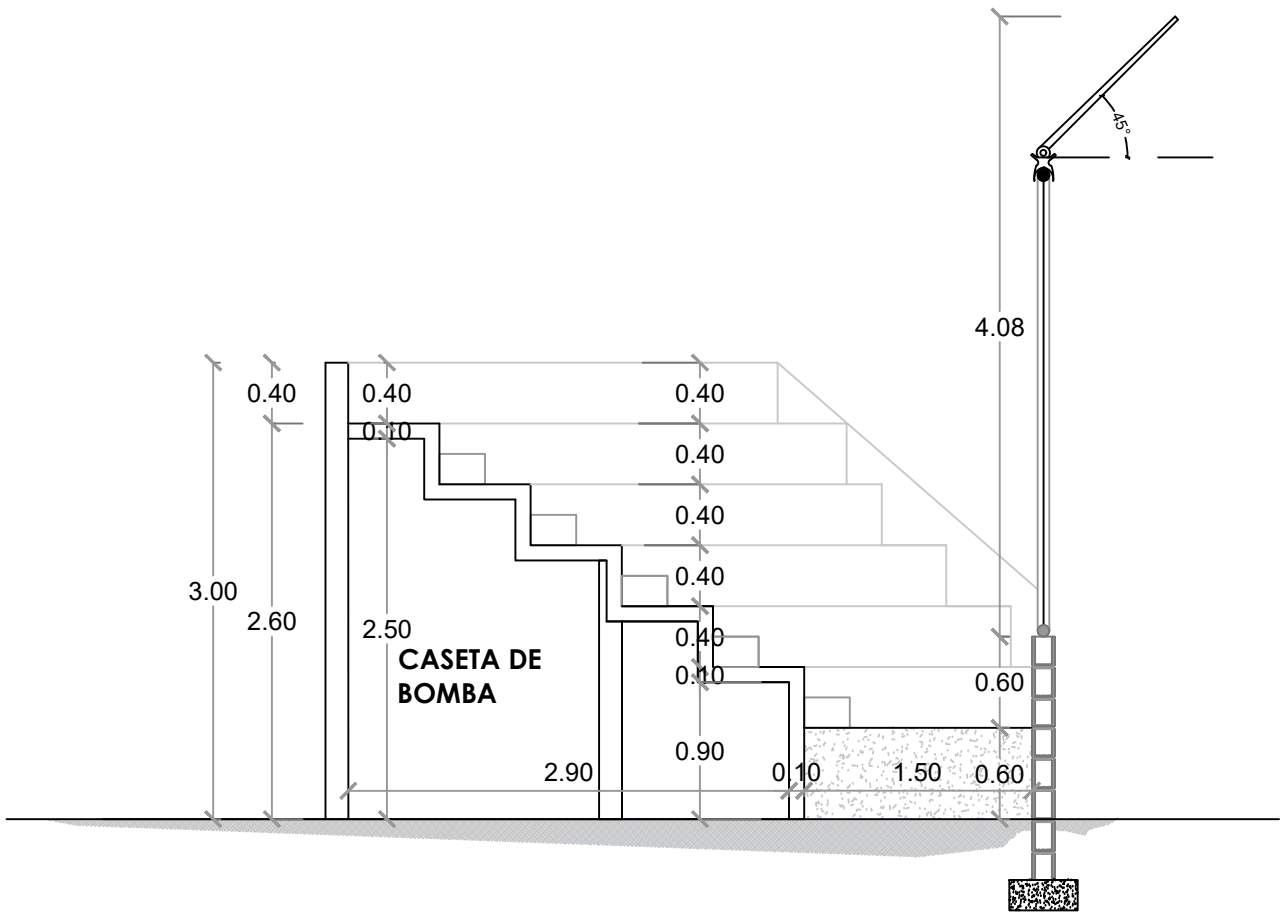

SECCIÓN C-C - DIMENSIONADA - GRADAS
ESC. 1:50

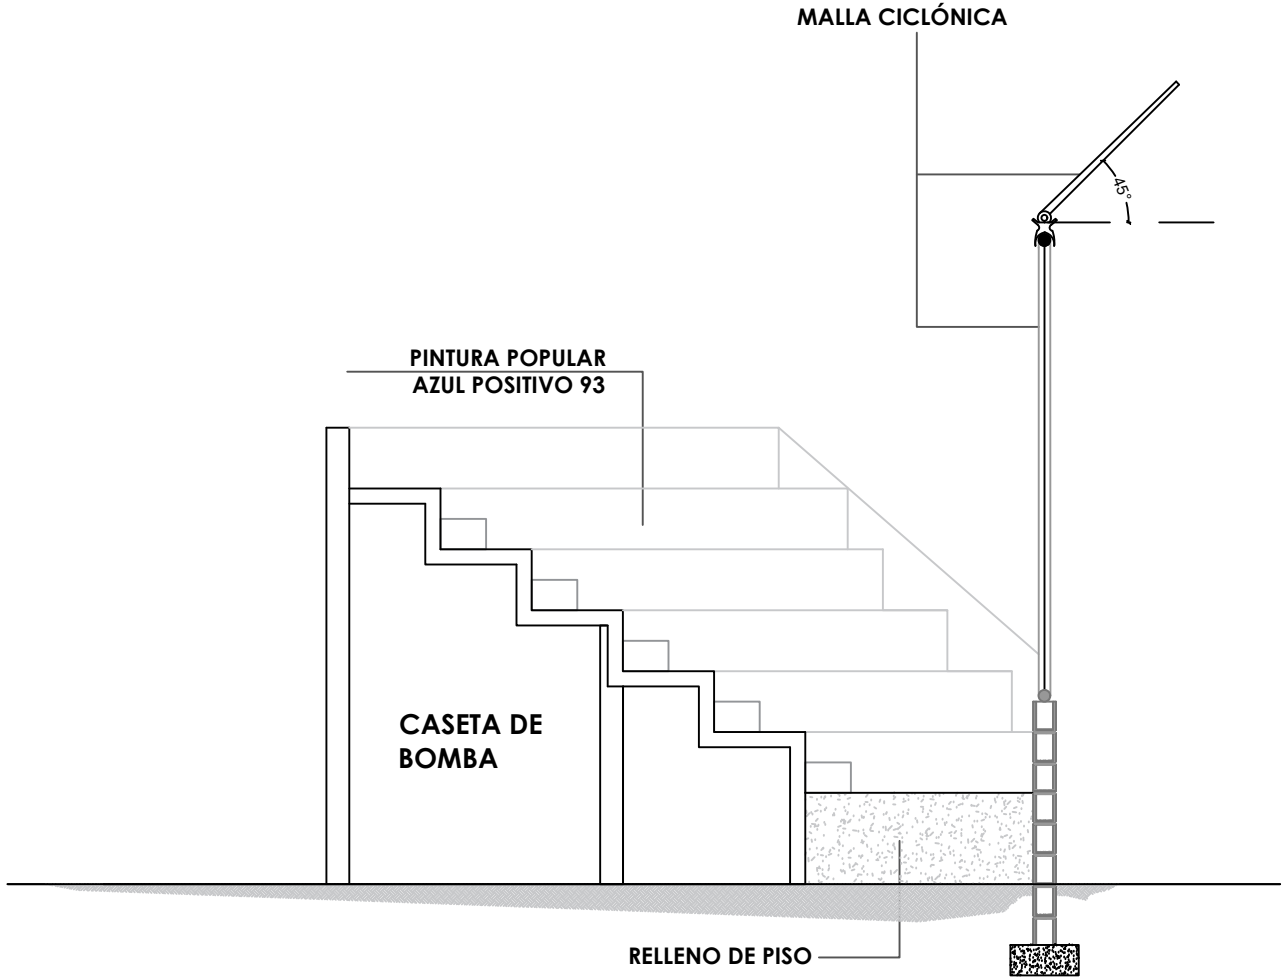

SECCIÓN C-C' - DETALLES - GRADAS
ESC. 1:50

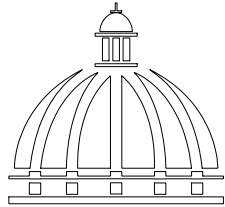

GOBIERNO DE LA
REPÚBLICA DOMINICANA

DIRECCION DE DESARROLLO
PROVINCIAL
DDP

Ave. Dr. Delgado, Esq. Moisés García,
Gazcue, Sto. Dgo., R.D.
TEL.: (809)-364-2189 | FAX.: (809)- 688-1665
E-Mail: info@cpadp.gob.do

PROYECTO:

CONSTRUCCIÓN CAMPO DE BÉISBOL EL
PESCOZON, MUNICIPIO VILLA LA MATA,
PROVINCIA SANCHEZ RAMIREZ
REPUBLICA DOMINICANA

EQUIPO DE TRABAJO:

DISEÑO ARQUITECTÓNICO
ARQ.

codia 00000

ENC. INGENIERÍA
ING. FIOR DALIZA BONIFACIO
codia 00000

ESTRUCTURAL
ING.

codia 00000

ELÉCTRICO
ING. Juan Pérez
codia 00000

HIDRO-SANITARIO
ING. Francis Estévez
codia 00000

SELLO DE APROBACIÓN:

FECHA:

CONTENIDO:

SECCIONES


ESCALA:

N/A


SEPTIEMBRE 2026

NO. PÁGINA:


028

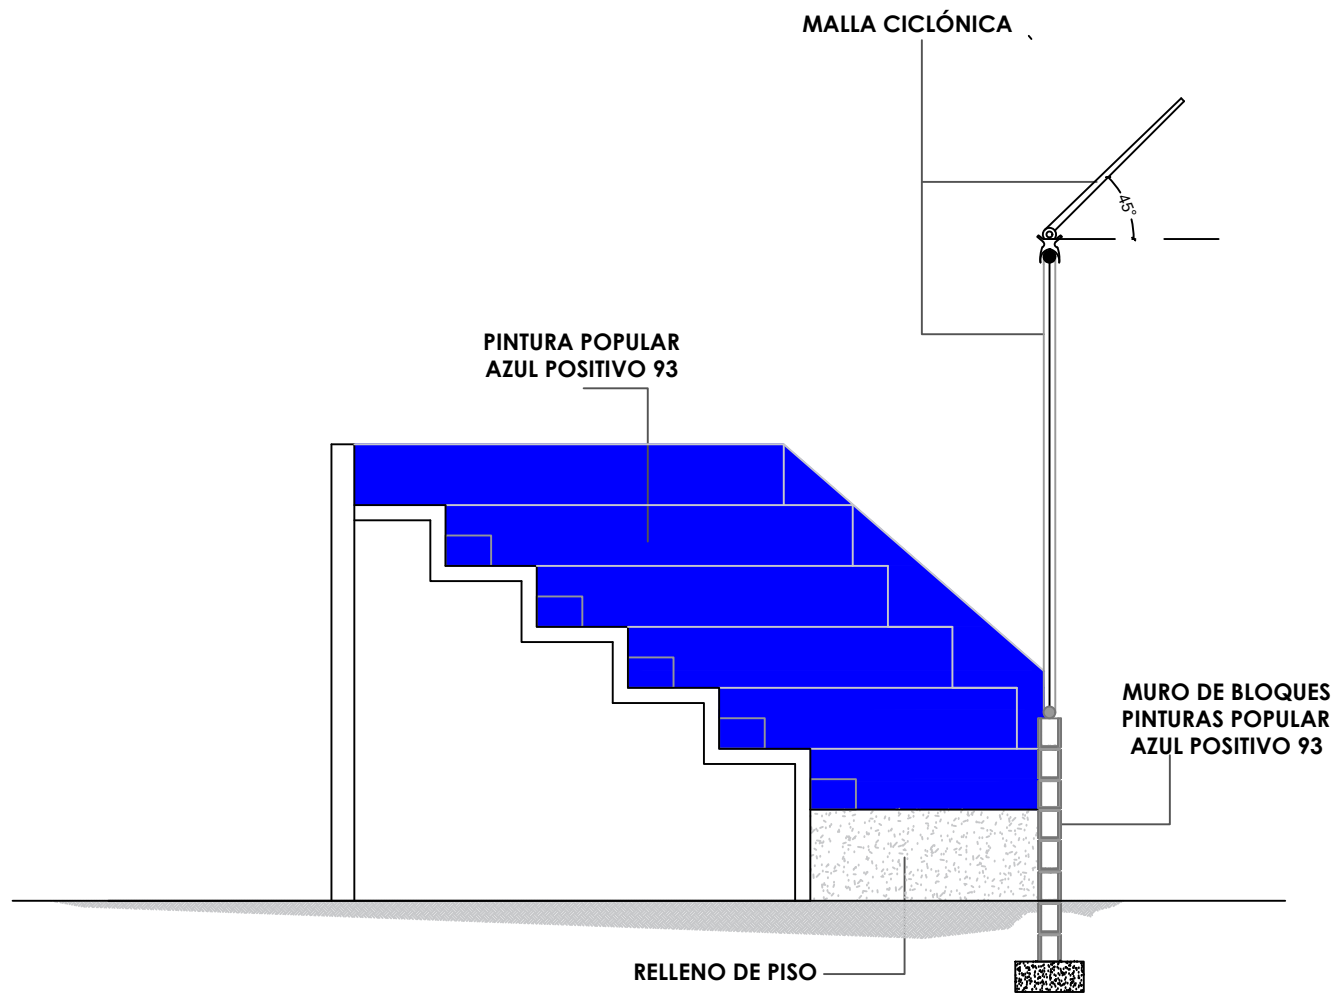


ELEVACION- DETALLES - GRADAS
ESC. 1:50

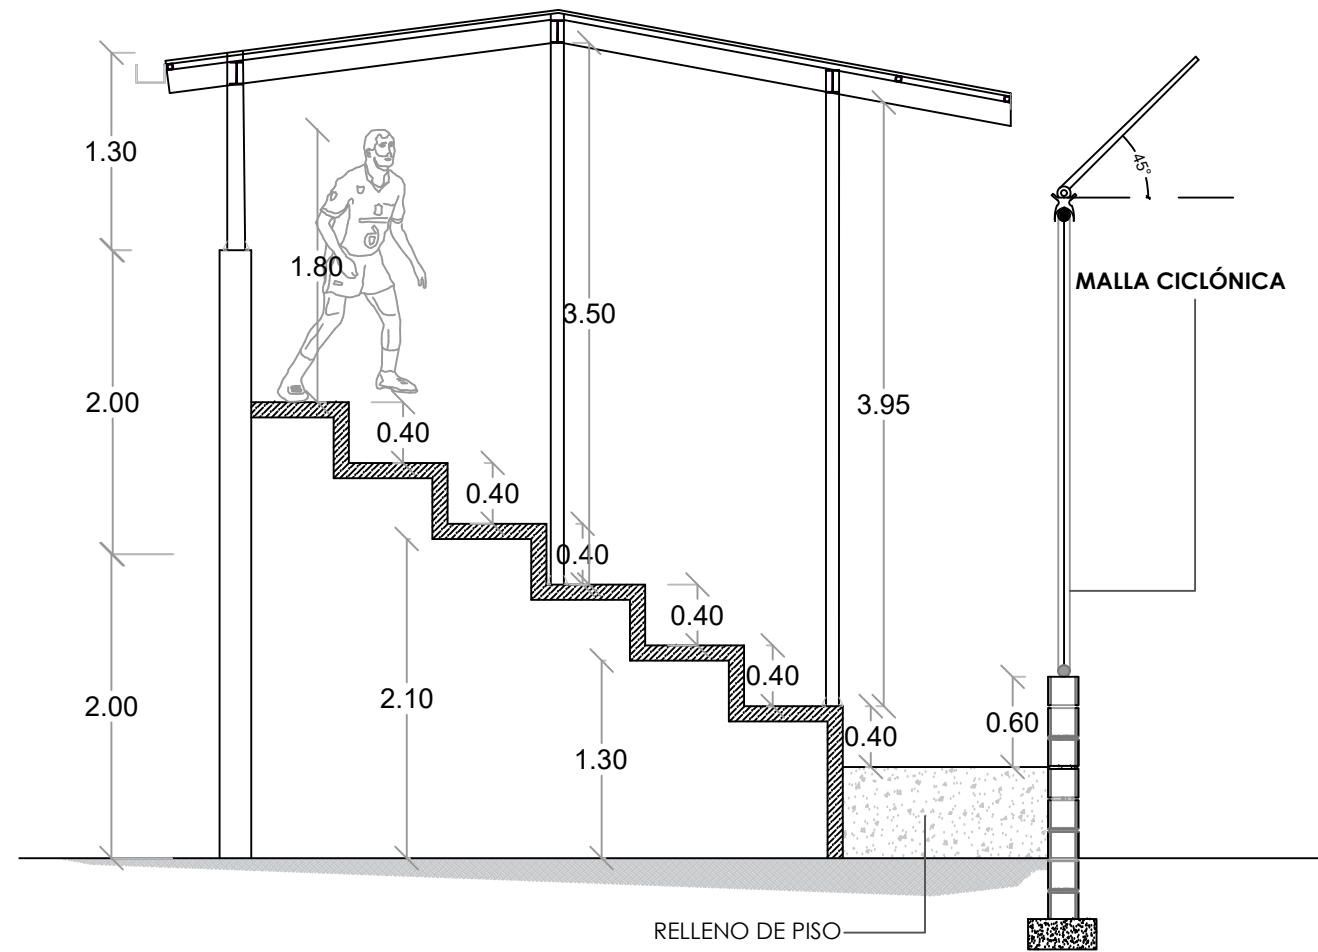


SECCION DE GRADAS - DETALLE DE TECHO

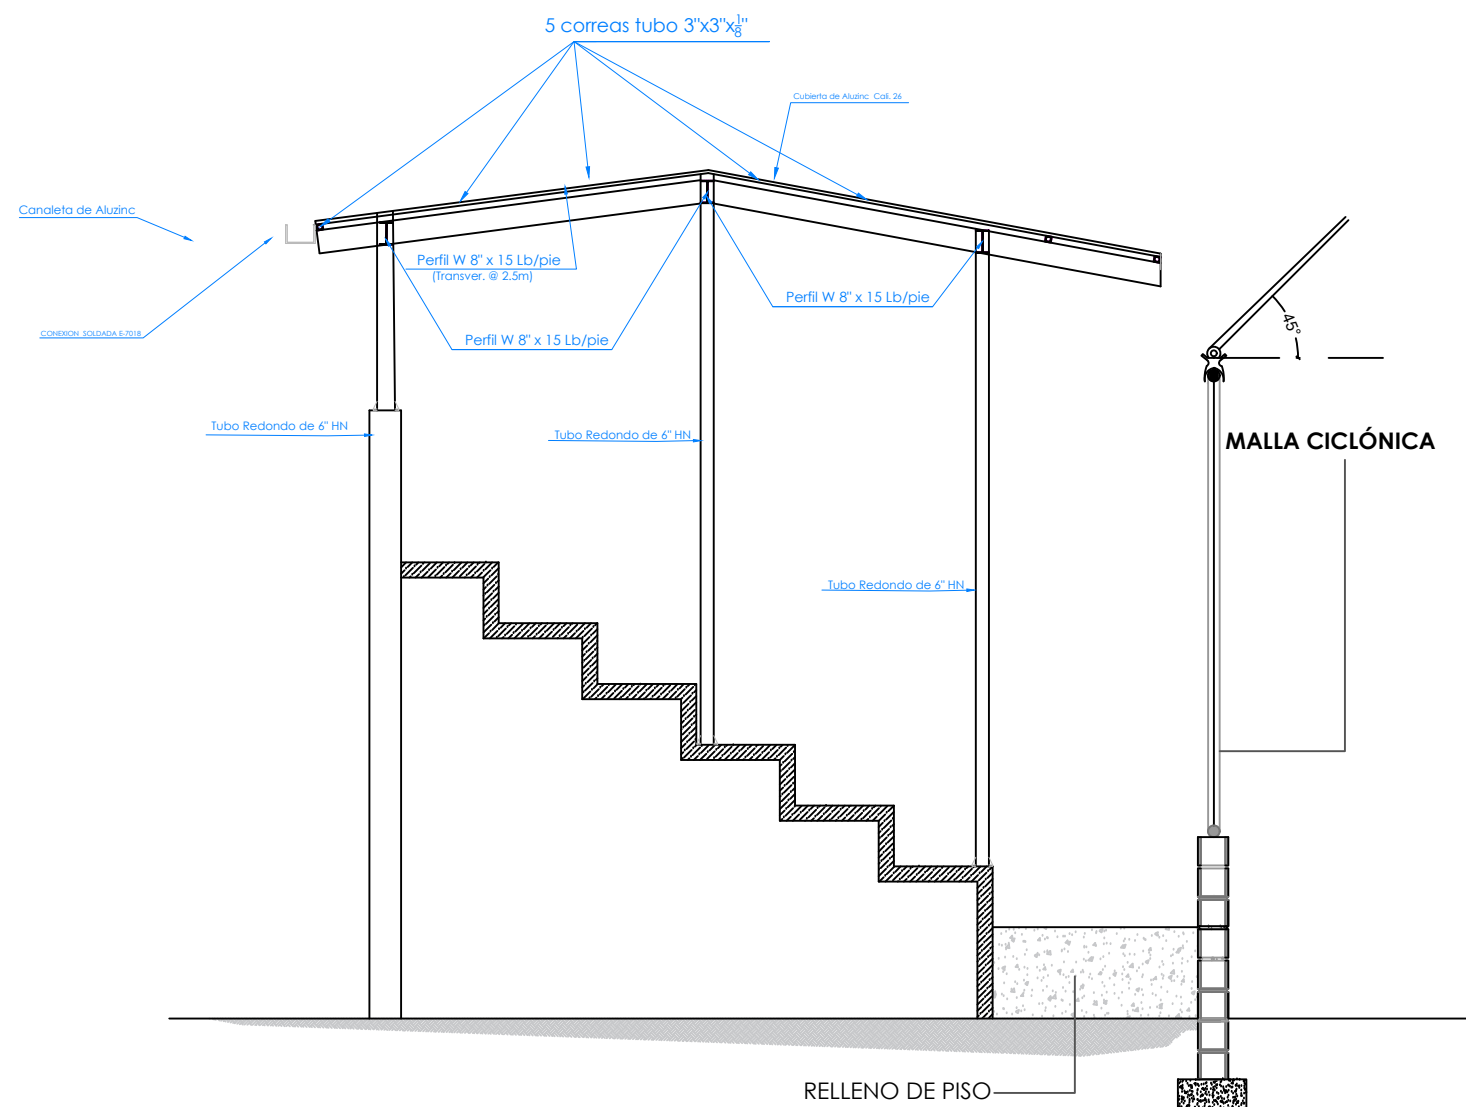


SECCION DE GRADAS - DETALLE DE TECHO

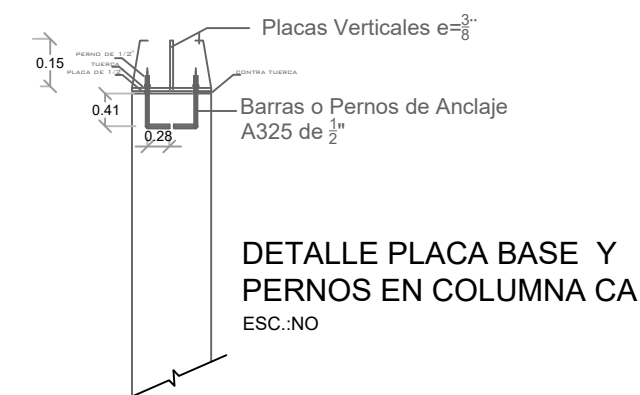


PLACA BASE

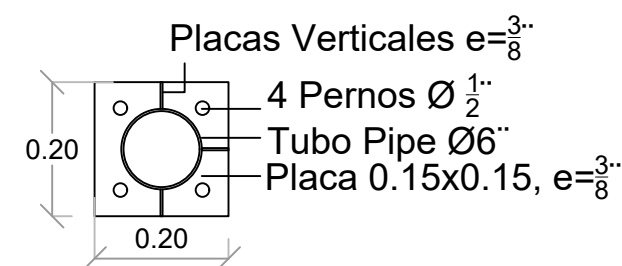

SECCIÓN PERNO

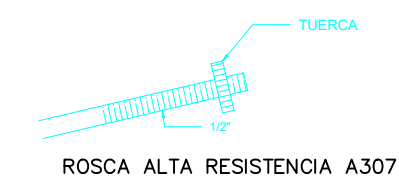

NOTA: TODOS LOS PLANOS PUEDEN SER MODIFICADOS Y / AJUSTADOS EN CAMPO

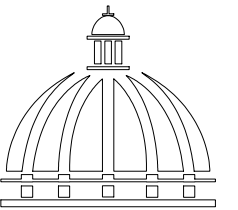

GOBIERNO DE LA
REPÚBLICA DOMINICANA

DIRECCION DE DESARROLLO
PROVINCIAL
DDP

Ave. Dr. Delgado, Esq. Moises García,
Gazcue, Sto. Dgo., R.D.
TEL.: (809)-364-2189 | FAX.: (809)- 688-1665
E-Mail: info@cpadp.gob.do

PROYECTO:

CONSTRUCCIÓN CAMPO DE BÉISBOL EL
PESCOZON, MUNICIPIO VILLA LA MATA,
PROVINCIA SANCHEZ RAMIREZ
REPUBLICA DOMINICANA

EQUIPO DE TRABAJO:

DISEÑO ARQUITECTÓNICO
ARQ.

codia 00000

ENC. INGENIERÍA
ING. FIOR DALIZA BONIFACIO
codia 00000

ESTRUCTURAL
ING.

codia 00000

ELÉCTRICO
ING. Juan Pérez
codia 00000

HIDRO-SANITARIO
ING. Francis Estévez
codia 00000

SELLO DE APROBACIÓN:

FECHA:

CONTENIDO:

SECCIONES


ESCALA:

N/A

SEPTIEMBRE 2026

NO. PÁGINA:

029

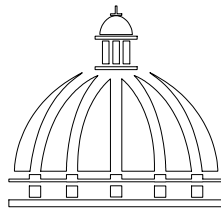

GOBIERNO DE LA
REPÚBLICA DOMINICANA

DIRECCION DE DESARROLLO
PROVINCIAL
DDP

Ave. Dr. Delgado, Esq. Moisés García,
Gazcue, Sto. Dgo., R.D.
TEL.: (809)-364-2189 | FAX.: (809)- 688-1665
E-Mail: info@cpadp.gob.do

PROYECTO:

CONSTRUCCIÓN CAMPO DE BÉISBOL EL
PESCOZON, MUNICIPIO VILLA LA MATA,
PROVINCIA SANCHEZ RAMIREZ
REPUBLICA DOMINICANA

EQUIPO DE TRABAJO:

DISEÑO ARQUITECTÓNICO
ARQ.

codia 00000

ENC. INGENIERÍA

ING. FIOR DALIZA BONIFACIO

codia 00000

ESTRUCTURAL

ING.

codia 00000

ELÉCTRICO

ING. Juan Pérez

codia 00000

HIDRO-SANITARIO

ING. Francis Estévez

codia 00000

SELLO DE APROBACIÓN:

FECHA:

CONTENIDO:

ELEVACIONES


ESCALA:

1:75


SEPTIEMBRE 2026

NO. PÁGINA:


030

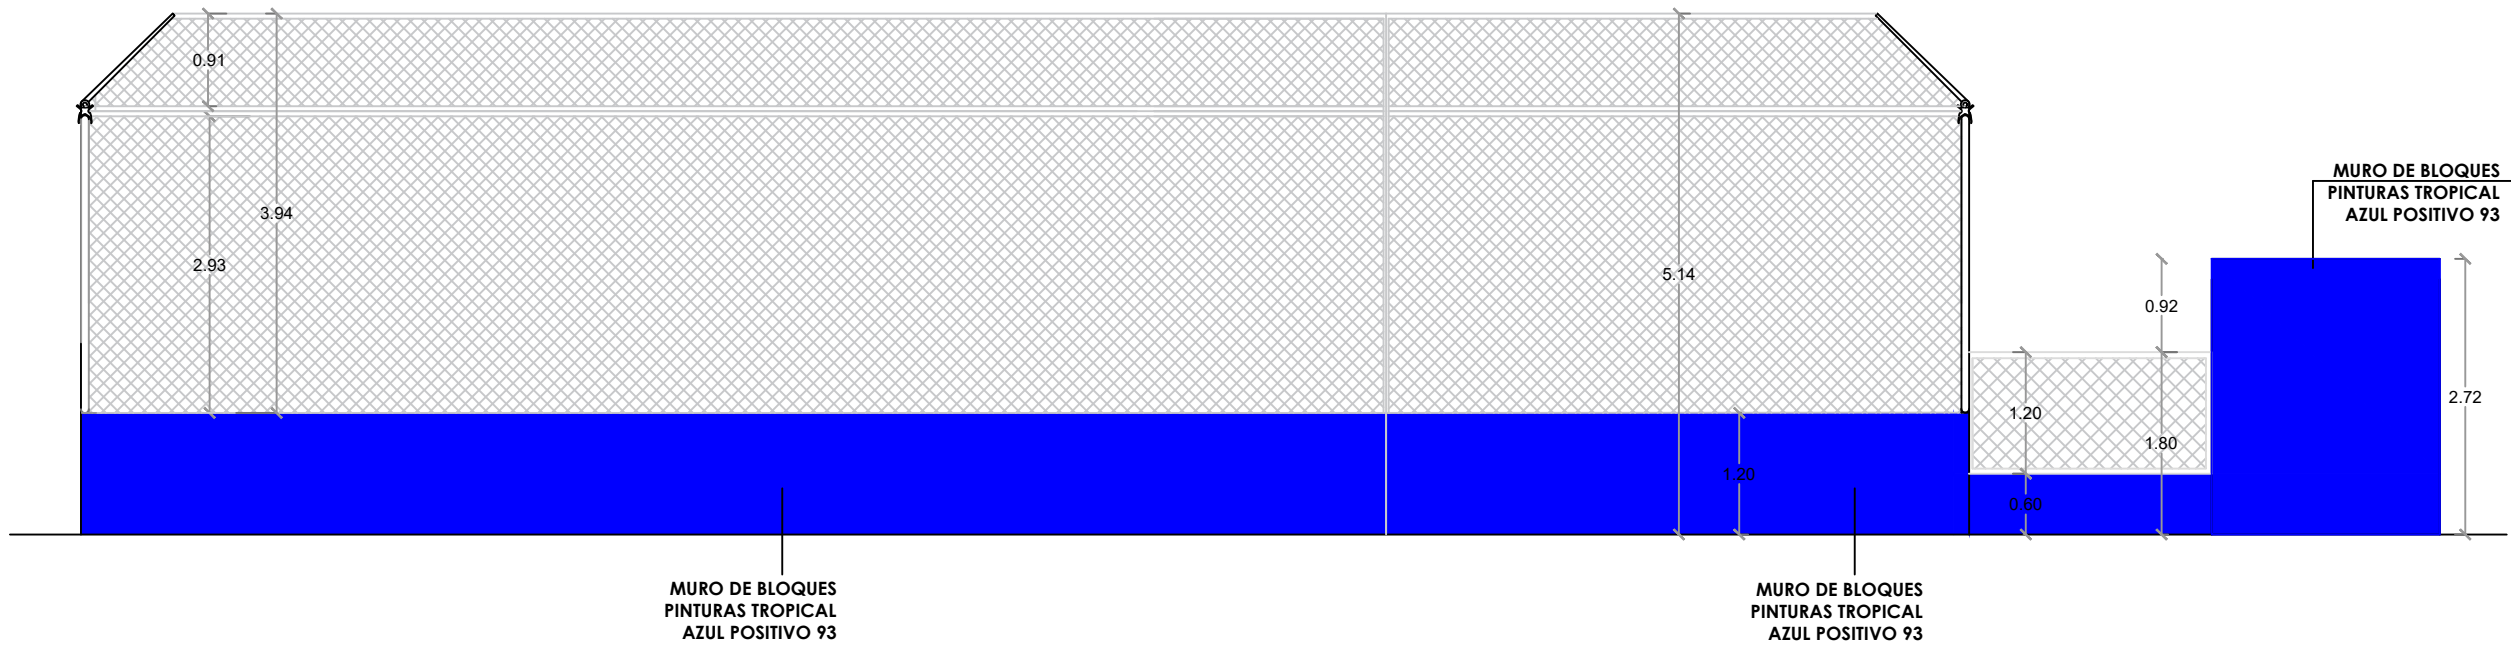

1
00 ELEVACIÓN 1 - GRADAS
ESC. 1:75

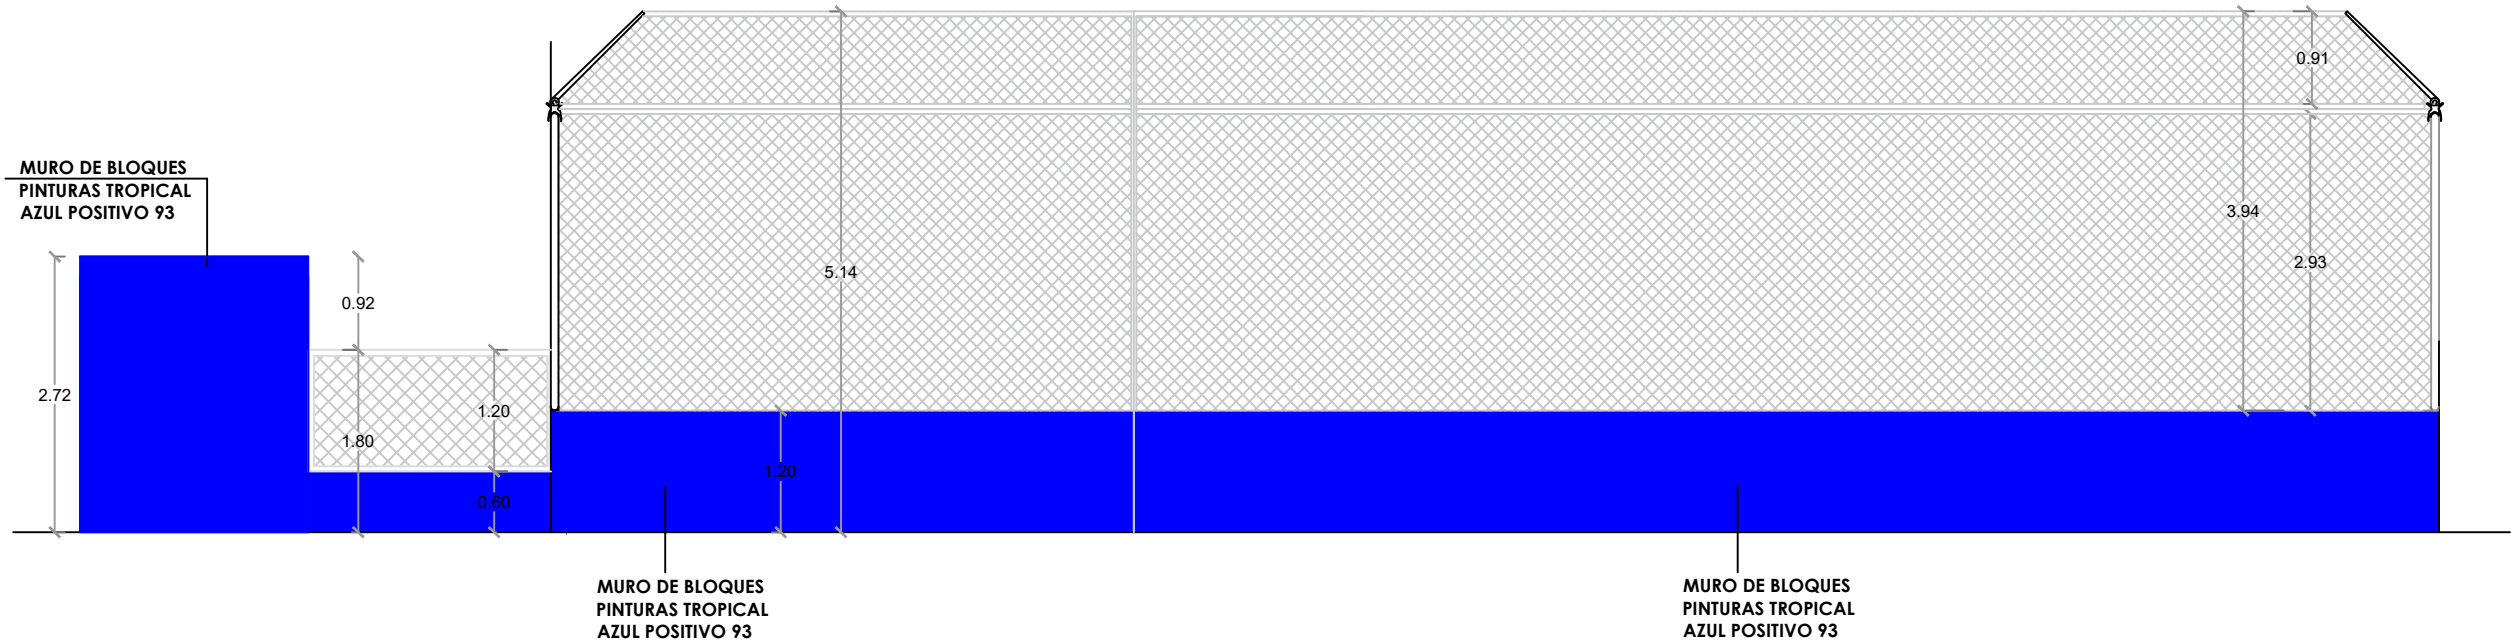

1
00 ELEVACIÓN 2 - GRADAS
ESC. 1:75

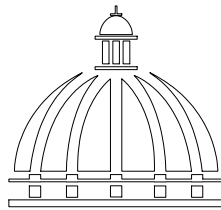

GOBIERNO DE LA
REPÚBLICA DOMINICANA

DIRECCION DE DESARROLLO
PROVINCIAL
DDP

Ave. Dr. Delgado, Esq. Moises García,
Gazcue, Sto. Dgo., R.D.
TEL.: (809)-364-2189 | FAX.: (809)- 688-1665
E-Mail: info@cpadp.gob.do

PROYECTO:

CONSTRUCCIÓN CAMPO DE BÉISBOL EL
PESCOZON, MUNICIPIO VILLA LA MATA,
PROVINCIA SANCHEZ RAMIREZ
REPUBLICA DOMINICANA

EQUIPO DE TRABAJO:

DISEÑO ARQUITECTÓNICO
ARQ.

codia 00000

ENC. INGENIERÍA

ING. FIOR DALIZA BONIFACIO

codia 00000

ESTRUCTURAL

ING.

codia 00000

ELÉCTRICO

ING. Juan Pérez

codia 00000

HIDRO-SANITARIO

ING. Francis Estévez

codia 00000

SELLO DE APROBACIÓN:

FECHA:

CONTENIDO:

ELEVACIONES


ESCALA:

1:75

SEPTIEMBRE 2026


NO. PÁGINA:

031

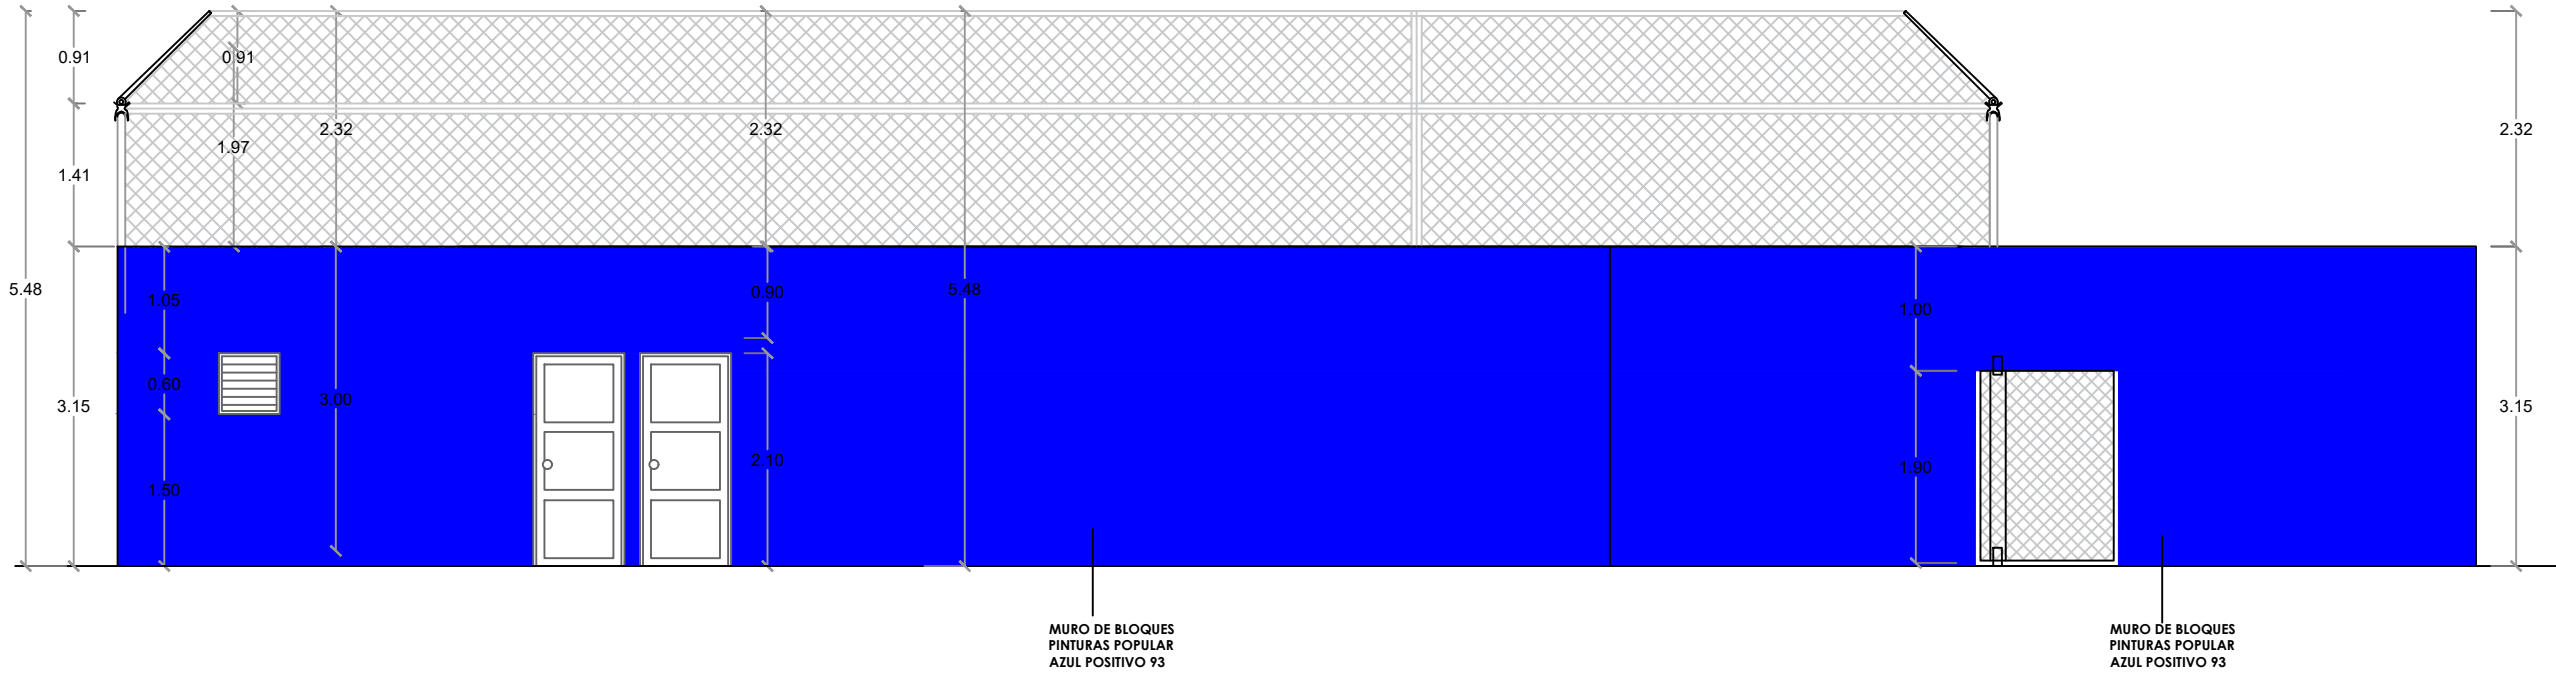

ELEVACIÓN 3 - GRADAS

ESC. 1:75

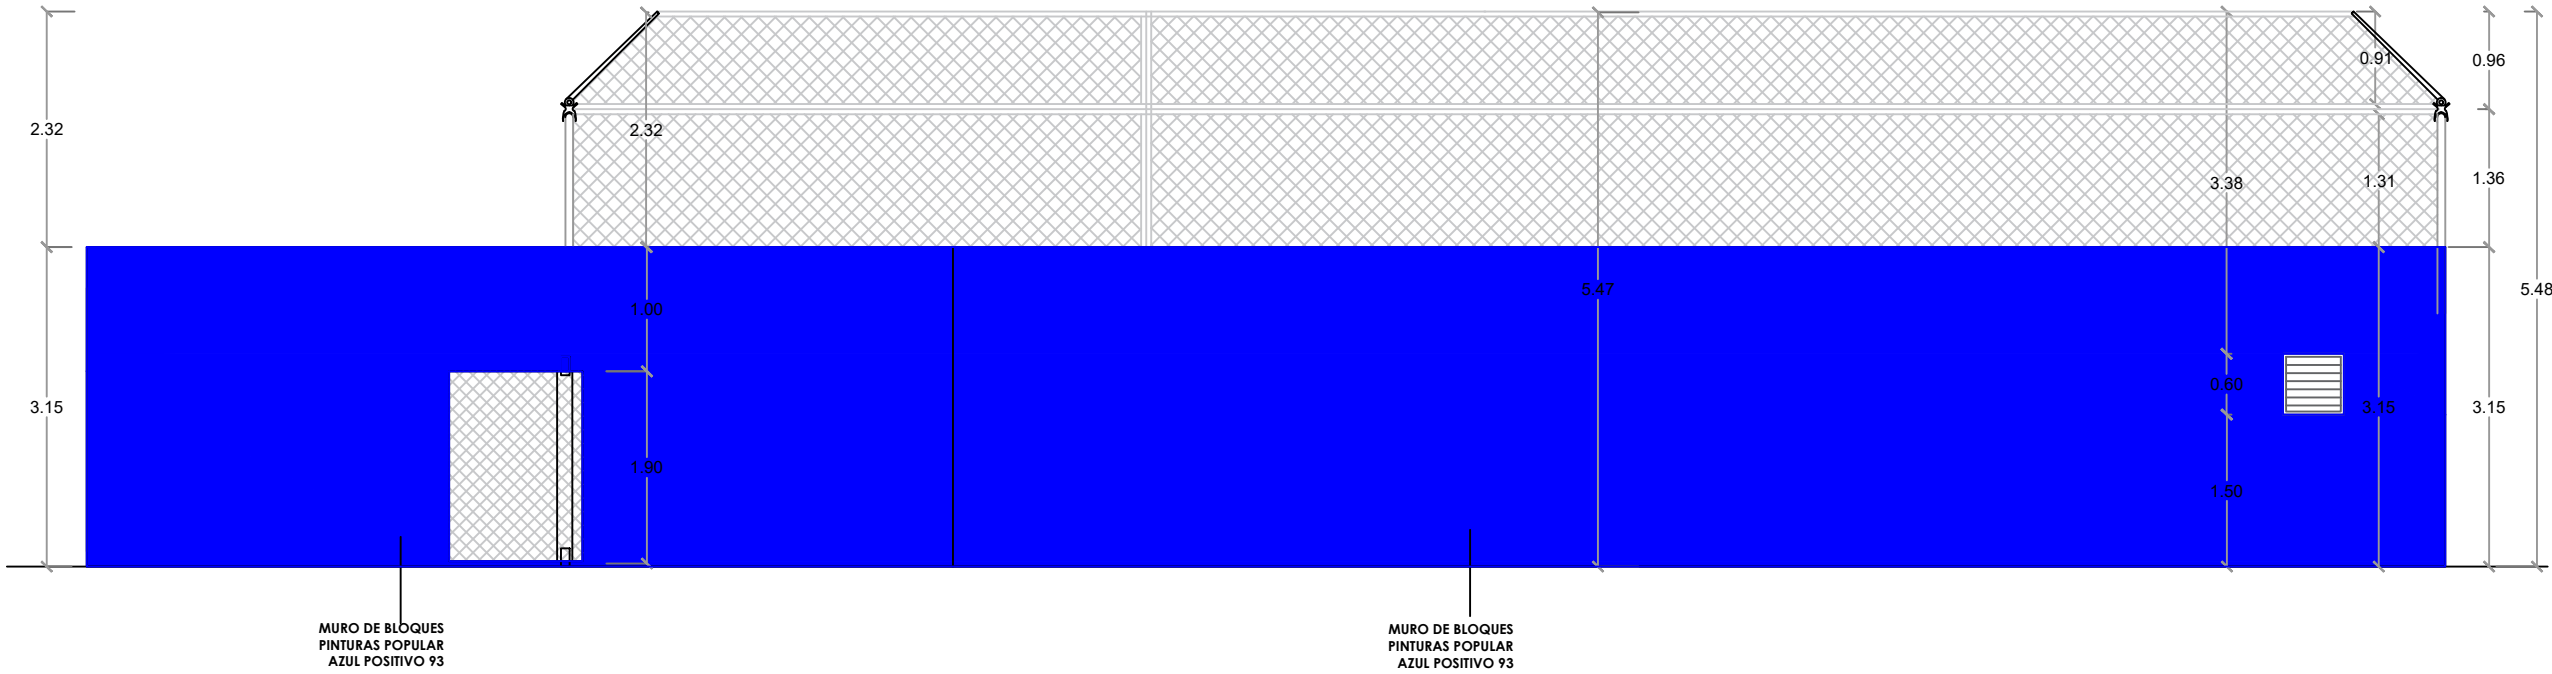

ELEVACIÓN 4 - GRADAS

ESC. 1:75

**GOBIERNO DE LA
REPÚBLICA DOMINICANA**

**DIRECCION DE DESARROLLO
PROVINCIAL
DDP**

Ave. Dr. Delgado, Esq. Moises García,
Gazcue, Sto. Dgo., R.D.
TEL.: (809)-364-2189 | FAX.: (809)- 688-1665
E-Mail: info@cpadp.gob.do

PROYECTO:

**CONSTRUCCIÓN CAMPO DE BÉISBOL EL
PESCOZON, MUNICIPIO VILLA LA MATA,
PROVINCIA SANCHEZ RAMIREZ
REPUBLICA DOMINICANA**

EQUIPO DE TRABAJO:

DISEÑO ARQUITECTÓNICO
ARQ.

codia 00000

ENC. INGENIERÍA

ING. FIOR DALIZA BONIFACIO
codia 00000 _____

ESTRUCTURAL

ING.

codia 0000C

ELÉCTRICO

ING. Juan Pérez

codia 0000C

HIDRO-SANITARIO

ING. Francis Estévez
codia 00000

codia 00000

SELO DE APROBACIÓN:

FECHA: _____

CONTENIDO:

ELEVACIONES

ESCALA:

1:75

SEPTIEMBRE 026


NO. PÁGINA:

032



ELEVACIÓN OBLICUA 1

ESC. 1:100

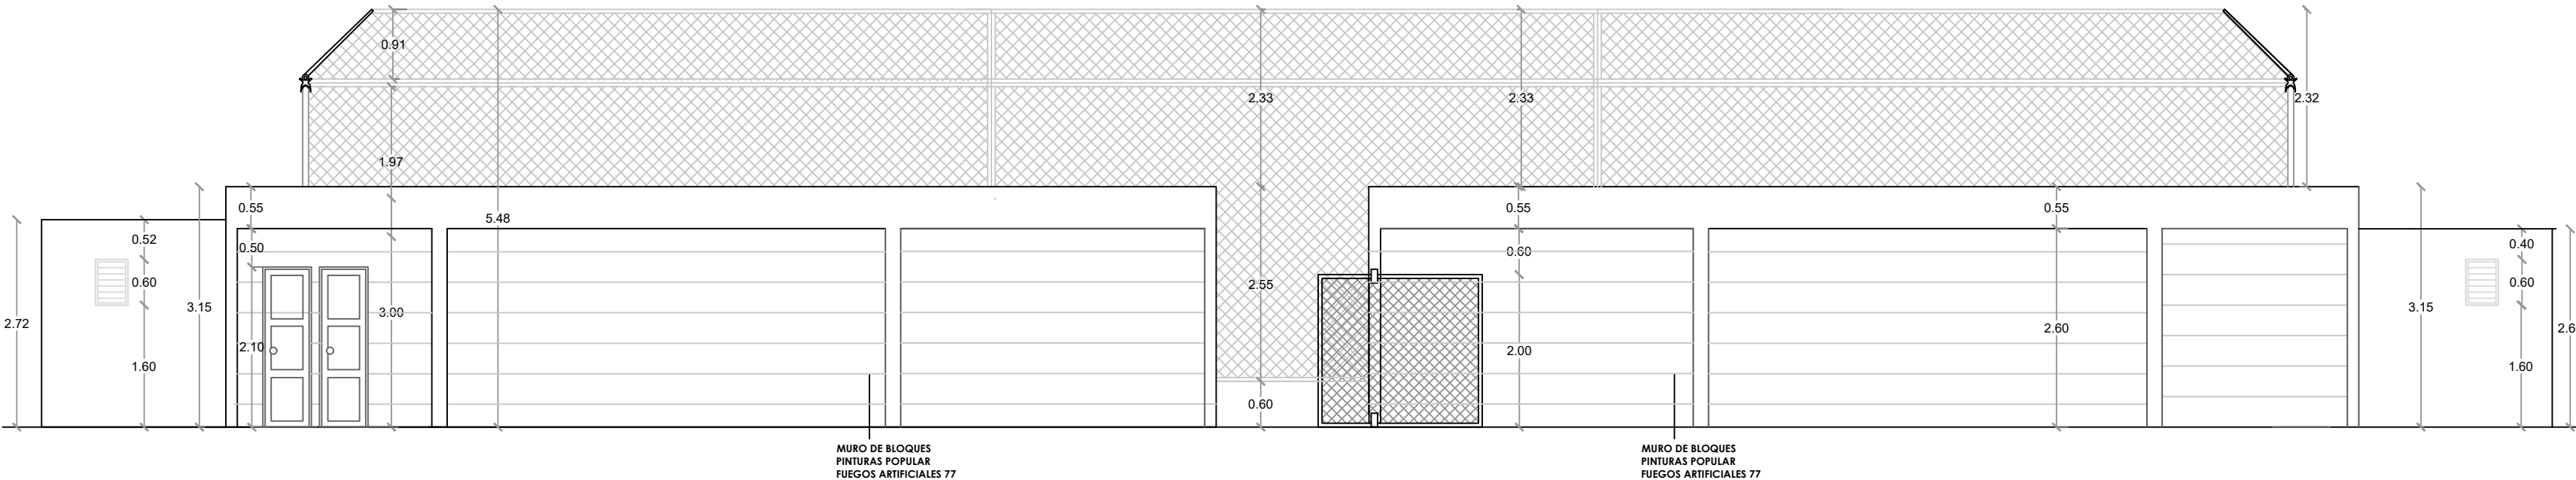



ELEVACIÓN OBLICUA 2

ESC. 1:100



PLANTA ARQUITECTÓNICA

ESC. 1:75

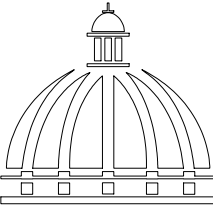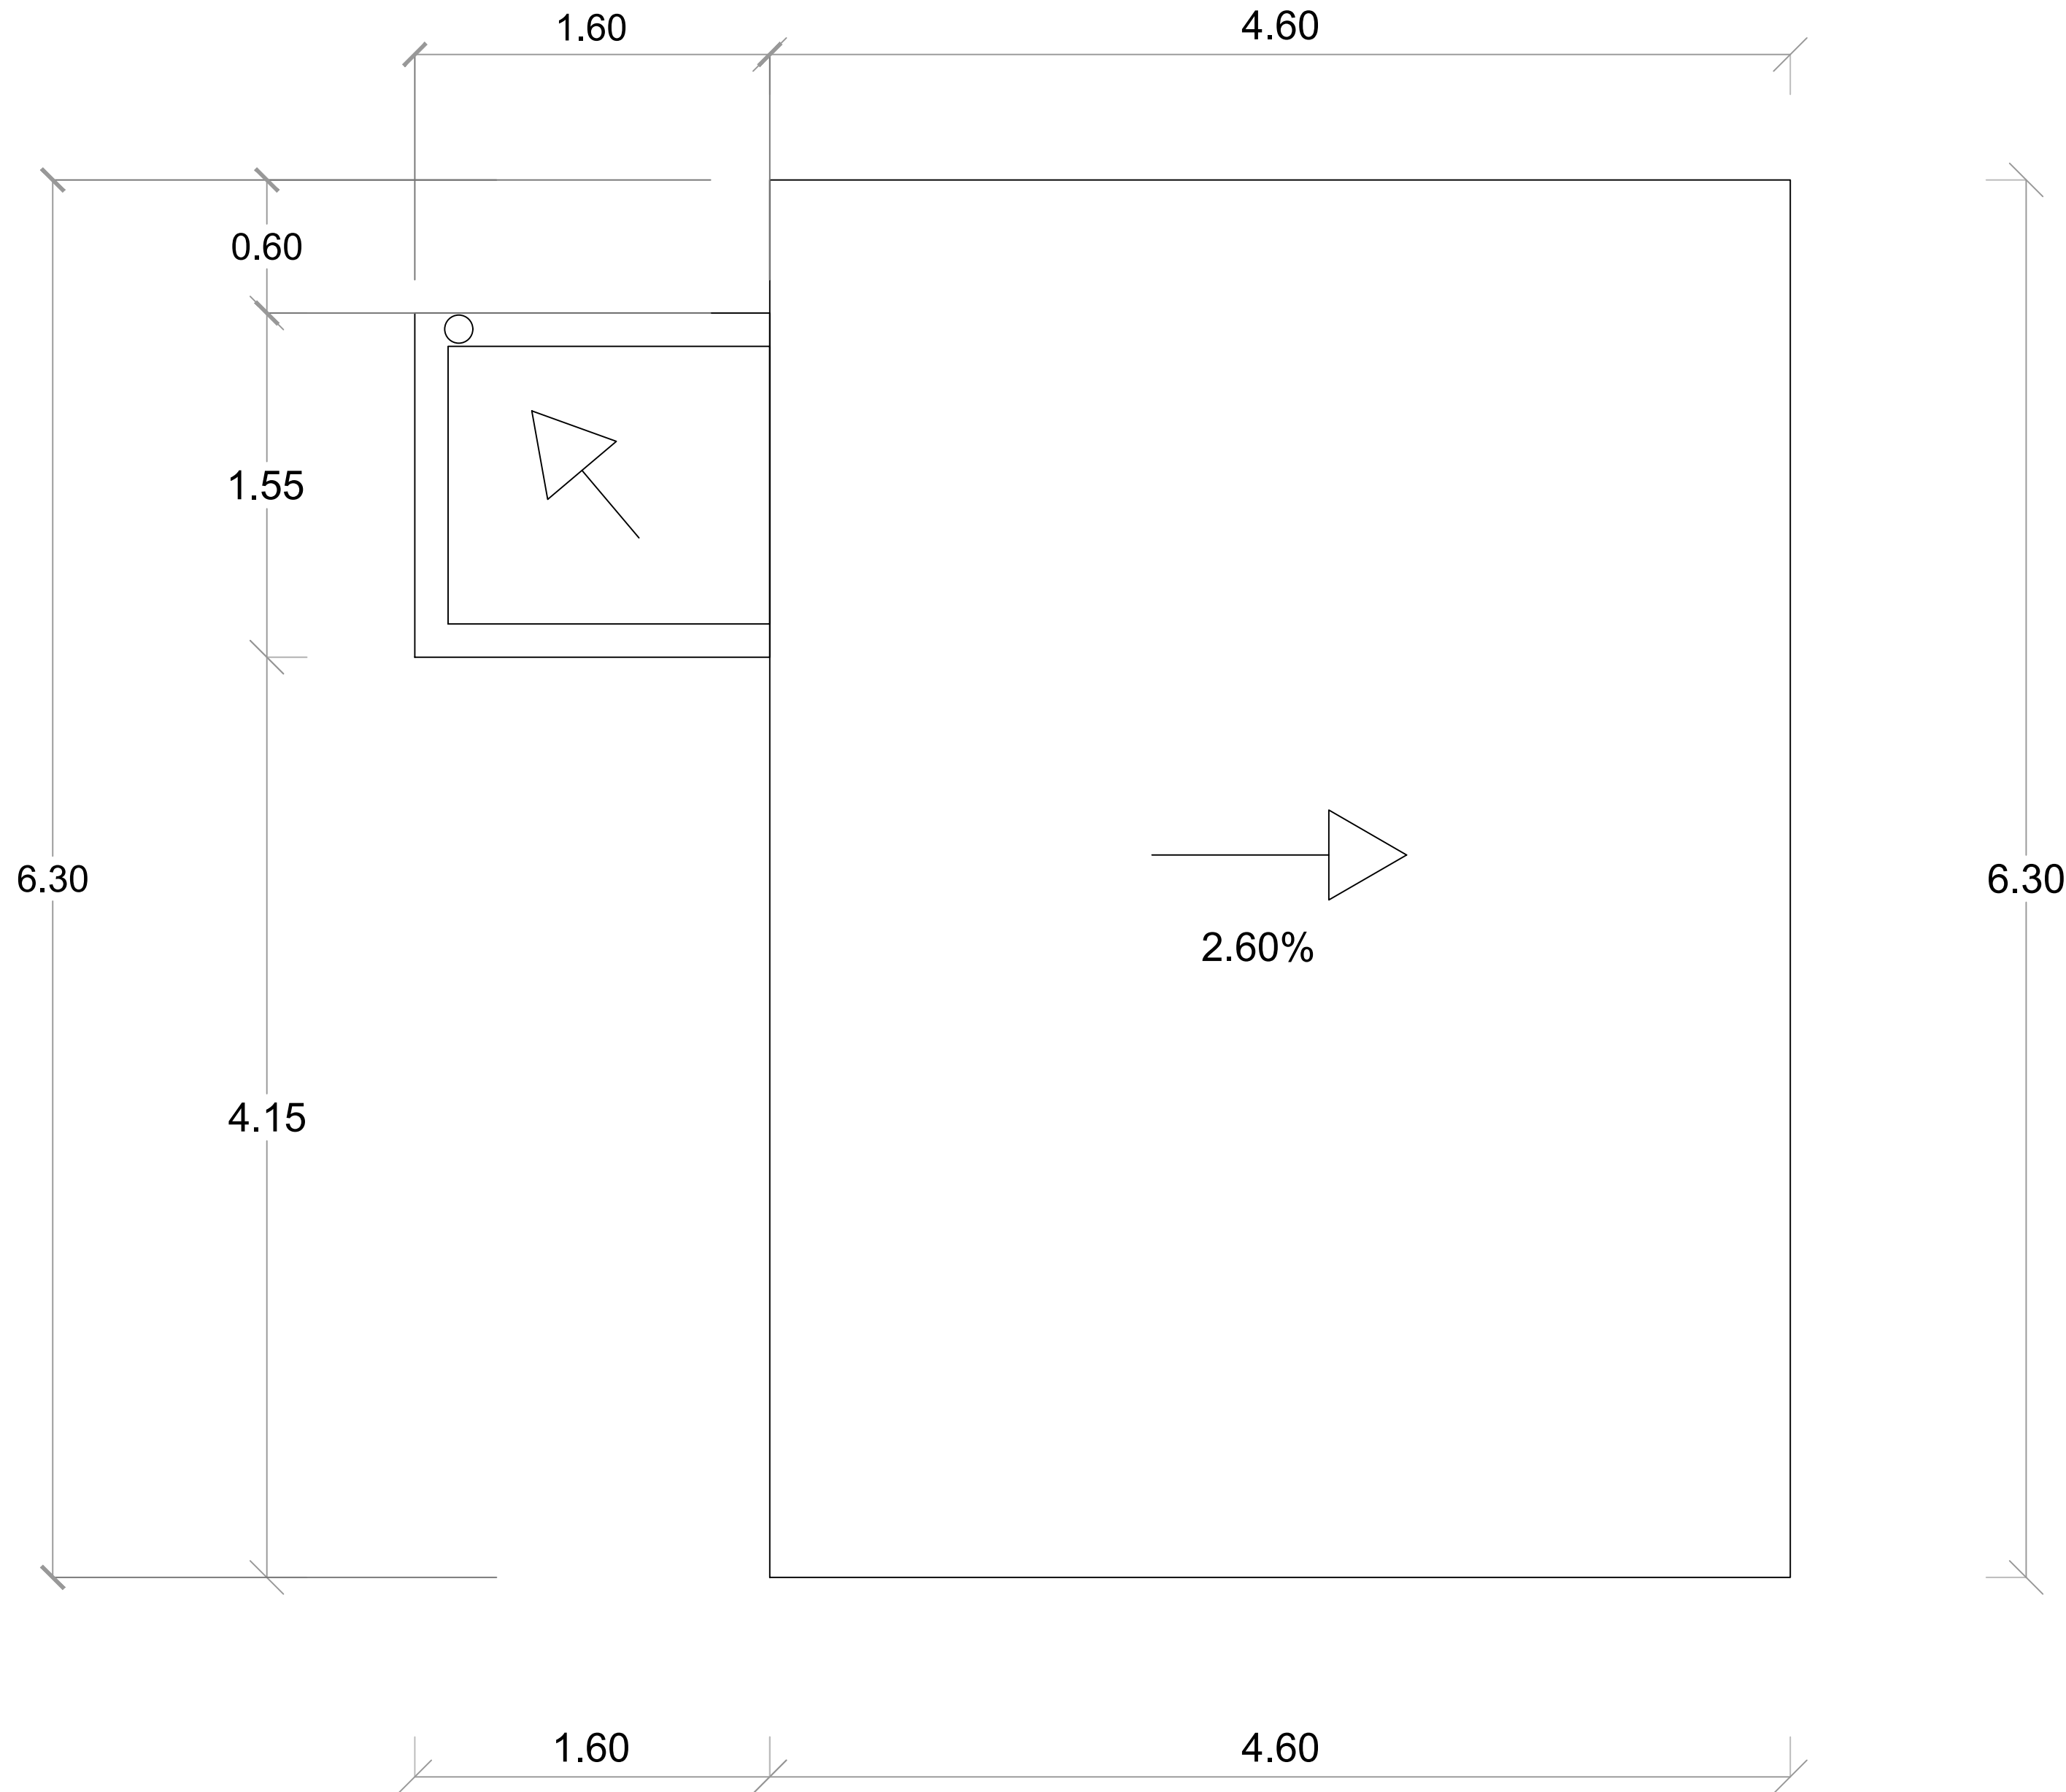

GOBIERNO DE LA
REPÚBLICA DOMINICANA

DIRECCION DE DESARROLLO
PROVINCIAL
DDP

Ave. Dr. Delgado, Esq. Moises García,
Gazcue, Sto. Dgo., R.D.
TEL.: (809)-364-2189 | FAX.: (809)- 688-1665
E-Mail: info@cpadp.gob.do

PROYECTO:

CONSTRUCCIÓN CAMPO DE BÉISBOL EL PESCOZON, MUNICIPIO VILLA LA MATA, PROVINCIA SANCHEZ RAMIREZ REPUBLICA DOMINICANA

EQUIPO DE TRABAJO:

DISEÑO ARQUITECTÓNICO
ARQ. _____
codia 00000 _____

ENC. INGENIERÍA
ING. FIOR DALIZA BONIFACIO
codia 00000 _____

ESTRUCTURAL
ING. _____
codia 00000 _____

ELÉCTRICO
ING. Juan Pérez
codia 00000 _____

HIDRO-SANITARIO
ING. Francis Estévez
codia 00000 _____

SELLO DE APROBACIÓN:

FECHA: _____

CONTENIDO:

PLANTA ARQUITECTÓNICA
DE TECHO- CAFETERIA

ESCALA:

1:25

SEPTIEMBRE 2026

NO. PÁGINA:

033

PROYECTO:

**CONSTRUCCIÓN CAMPO DE BÉISBOL EL
PESCOZON, MUNICIPIO VILLA LA MATA,
PROVINCIA SANCHEZ RAMIREZ
REPUBLICA DOMINICANA**

EQUIPO DE TRABAJO:

DISEÑO ARQUITECTÓNICO
ARQ.

codia 00000

ENC. INGENIERÍA
ING. FIOR DALIZA BONIFACIO
codia 00000

ESTRUCTURAL
ING.

codia 00000

ELÉCTRICO
ING. Juan Pérez
codia 00000

HIDRO-SANITARIO
ING. Francis Estévez
codia 00000

SELLO DE APROBACIÓN:

FECHA:

CONTENIDO:

PLANTA ARQUITECTÓNICA
CAFETERÍA


ESCALA:

1:25

SEPTIEMBRE 2026



NO. PÁGINA:

034

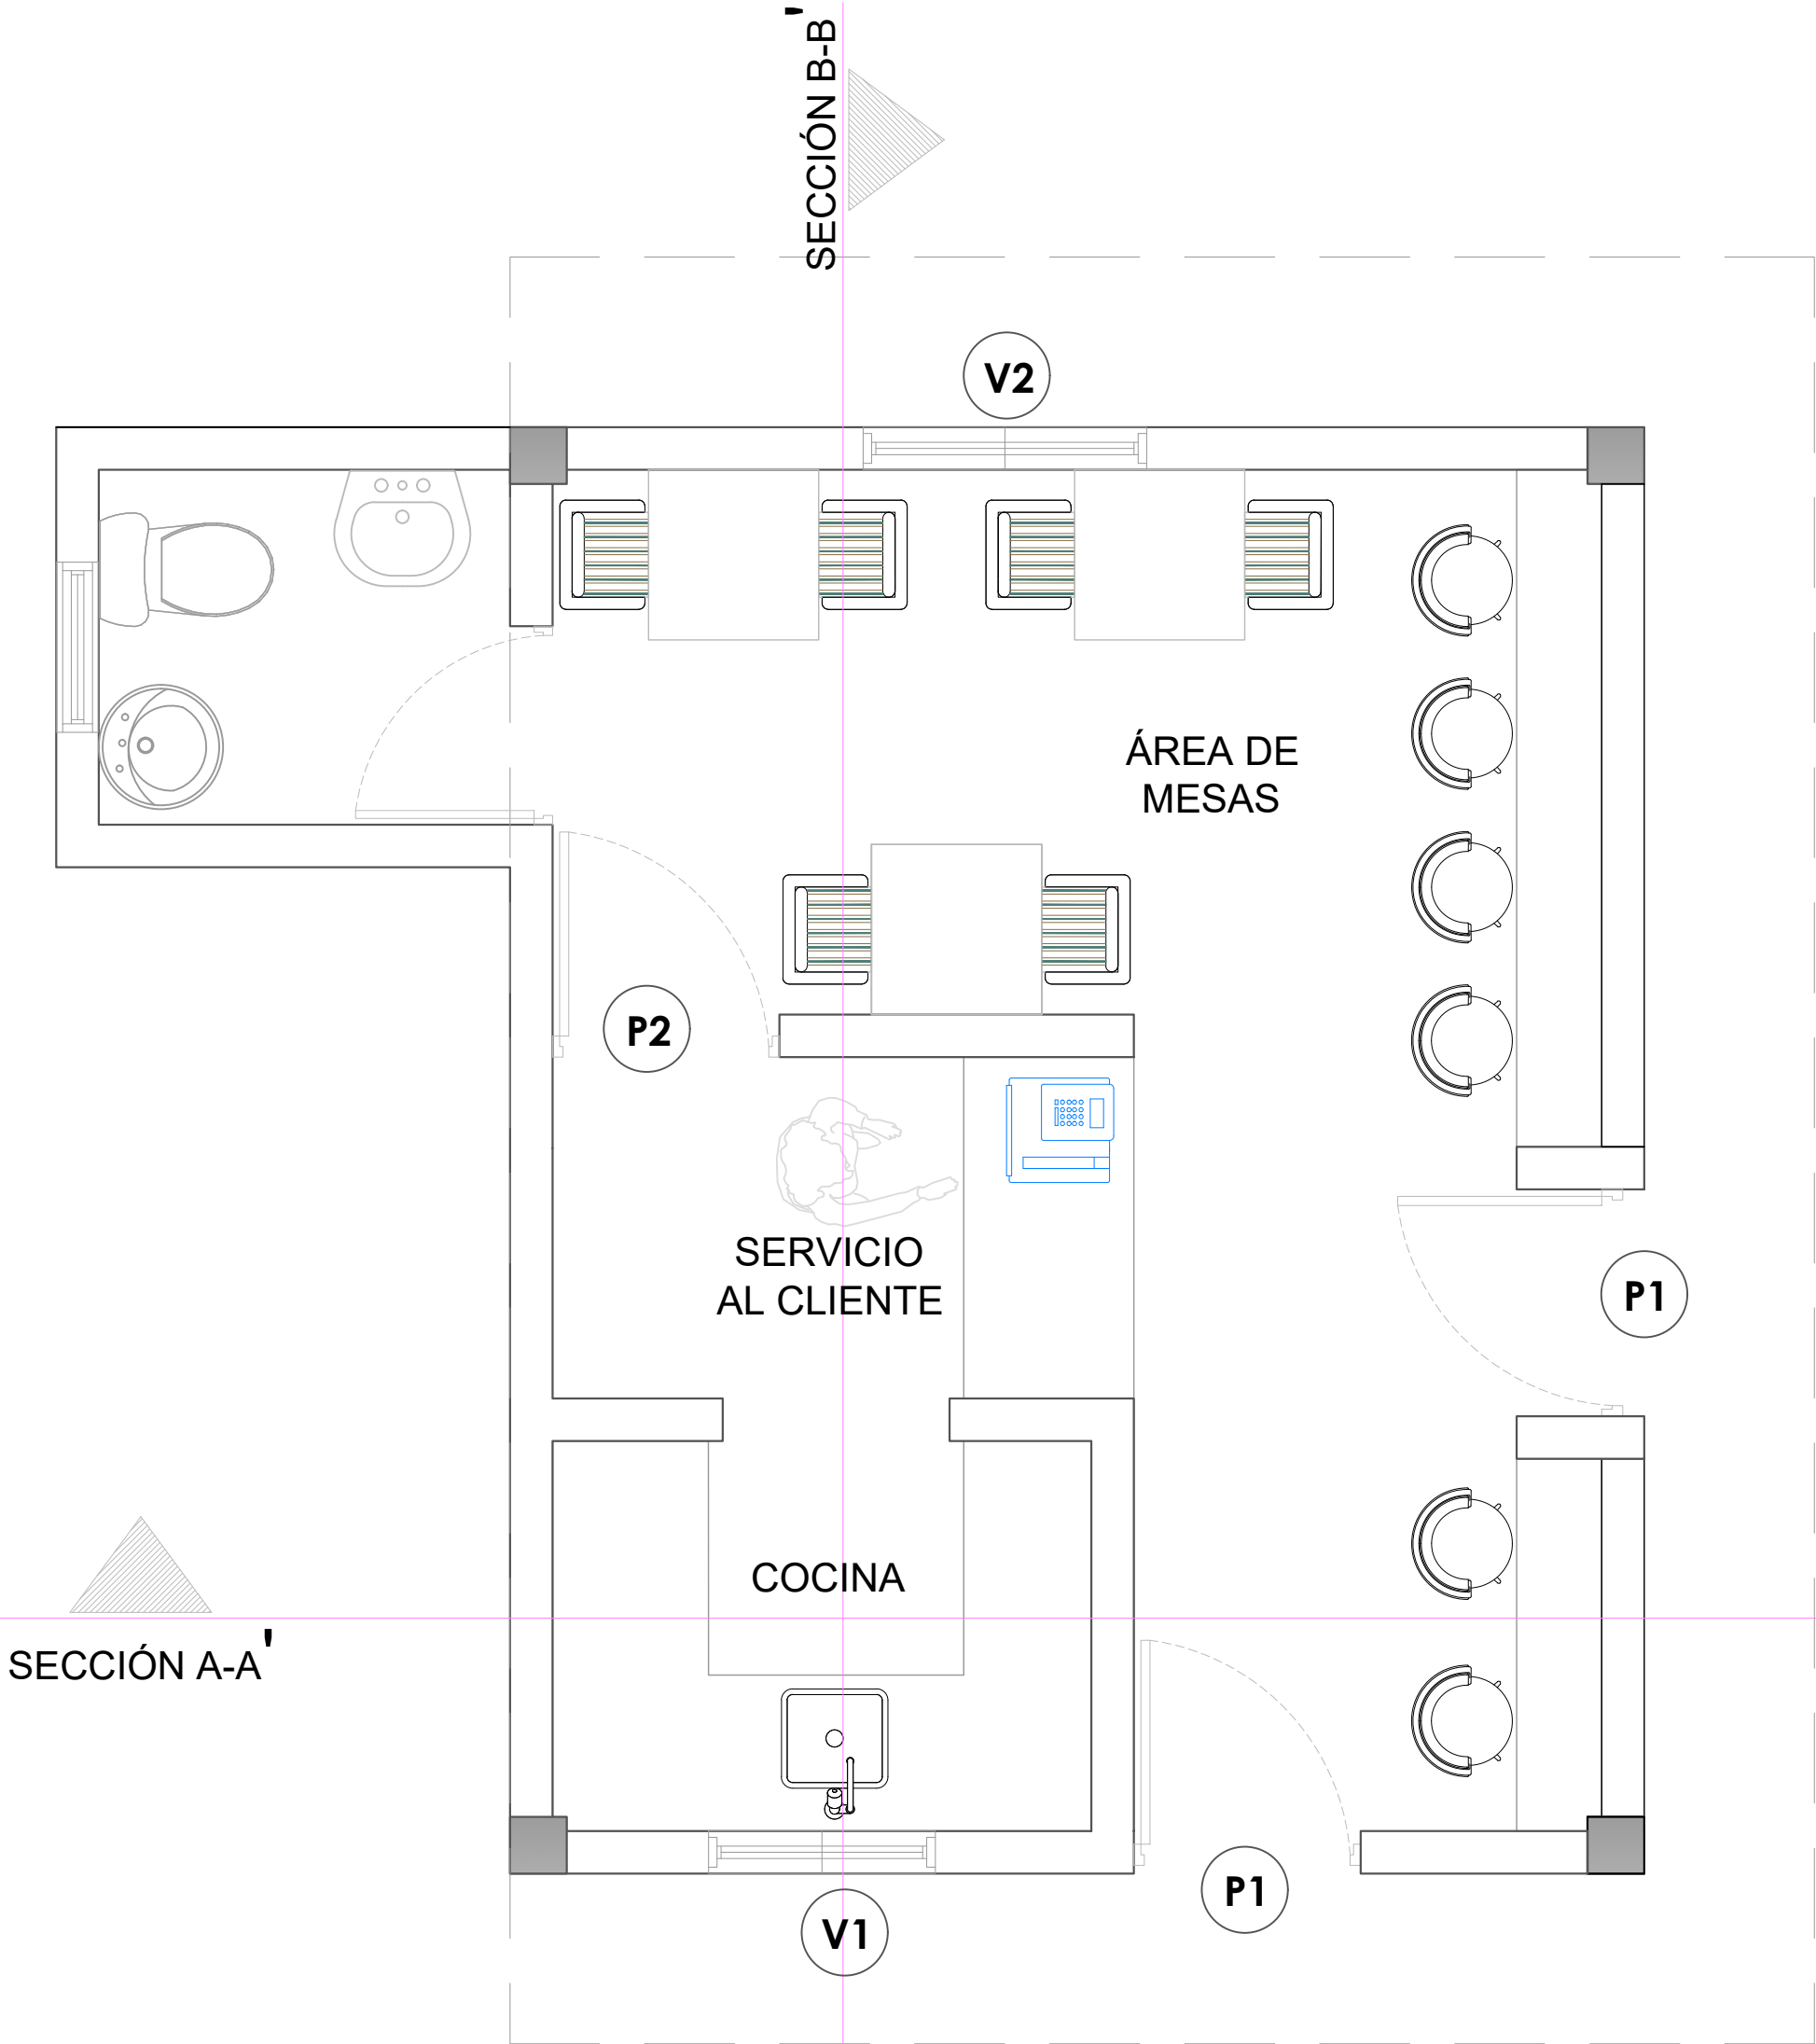

LEYENDA DE PUERTAS Y VENTANAS

SIMBOLO	DESCRIPCION	CANTIDAD
V1	VENTANA DE CELOSIA METALICA Dim= 0.80m X 1.10m	1
V2	VENTANA DE CELOSIA METALICA Dim= 1.00m X 1.10m	1
P1	PUERTA COMERCIAL VIDRIO Y ALUMINIO Dim= 0.80 m X 2.10 m	2
P2	PUERTA POLIMETALICA Dim= 0.80 m X 2.10 m	1

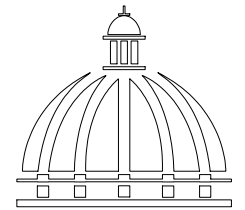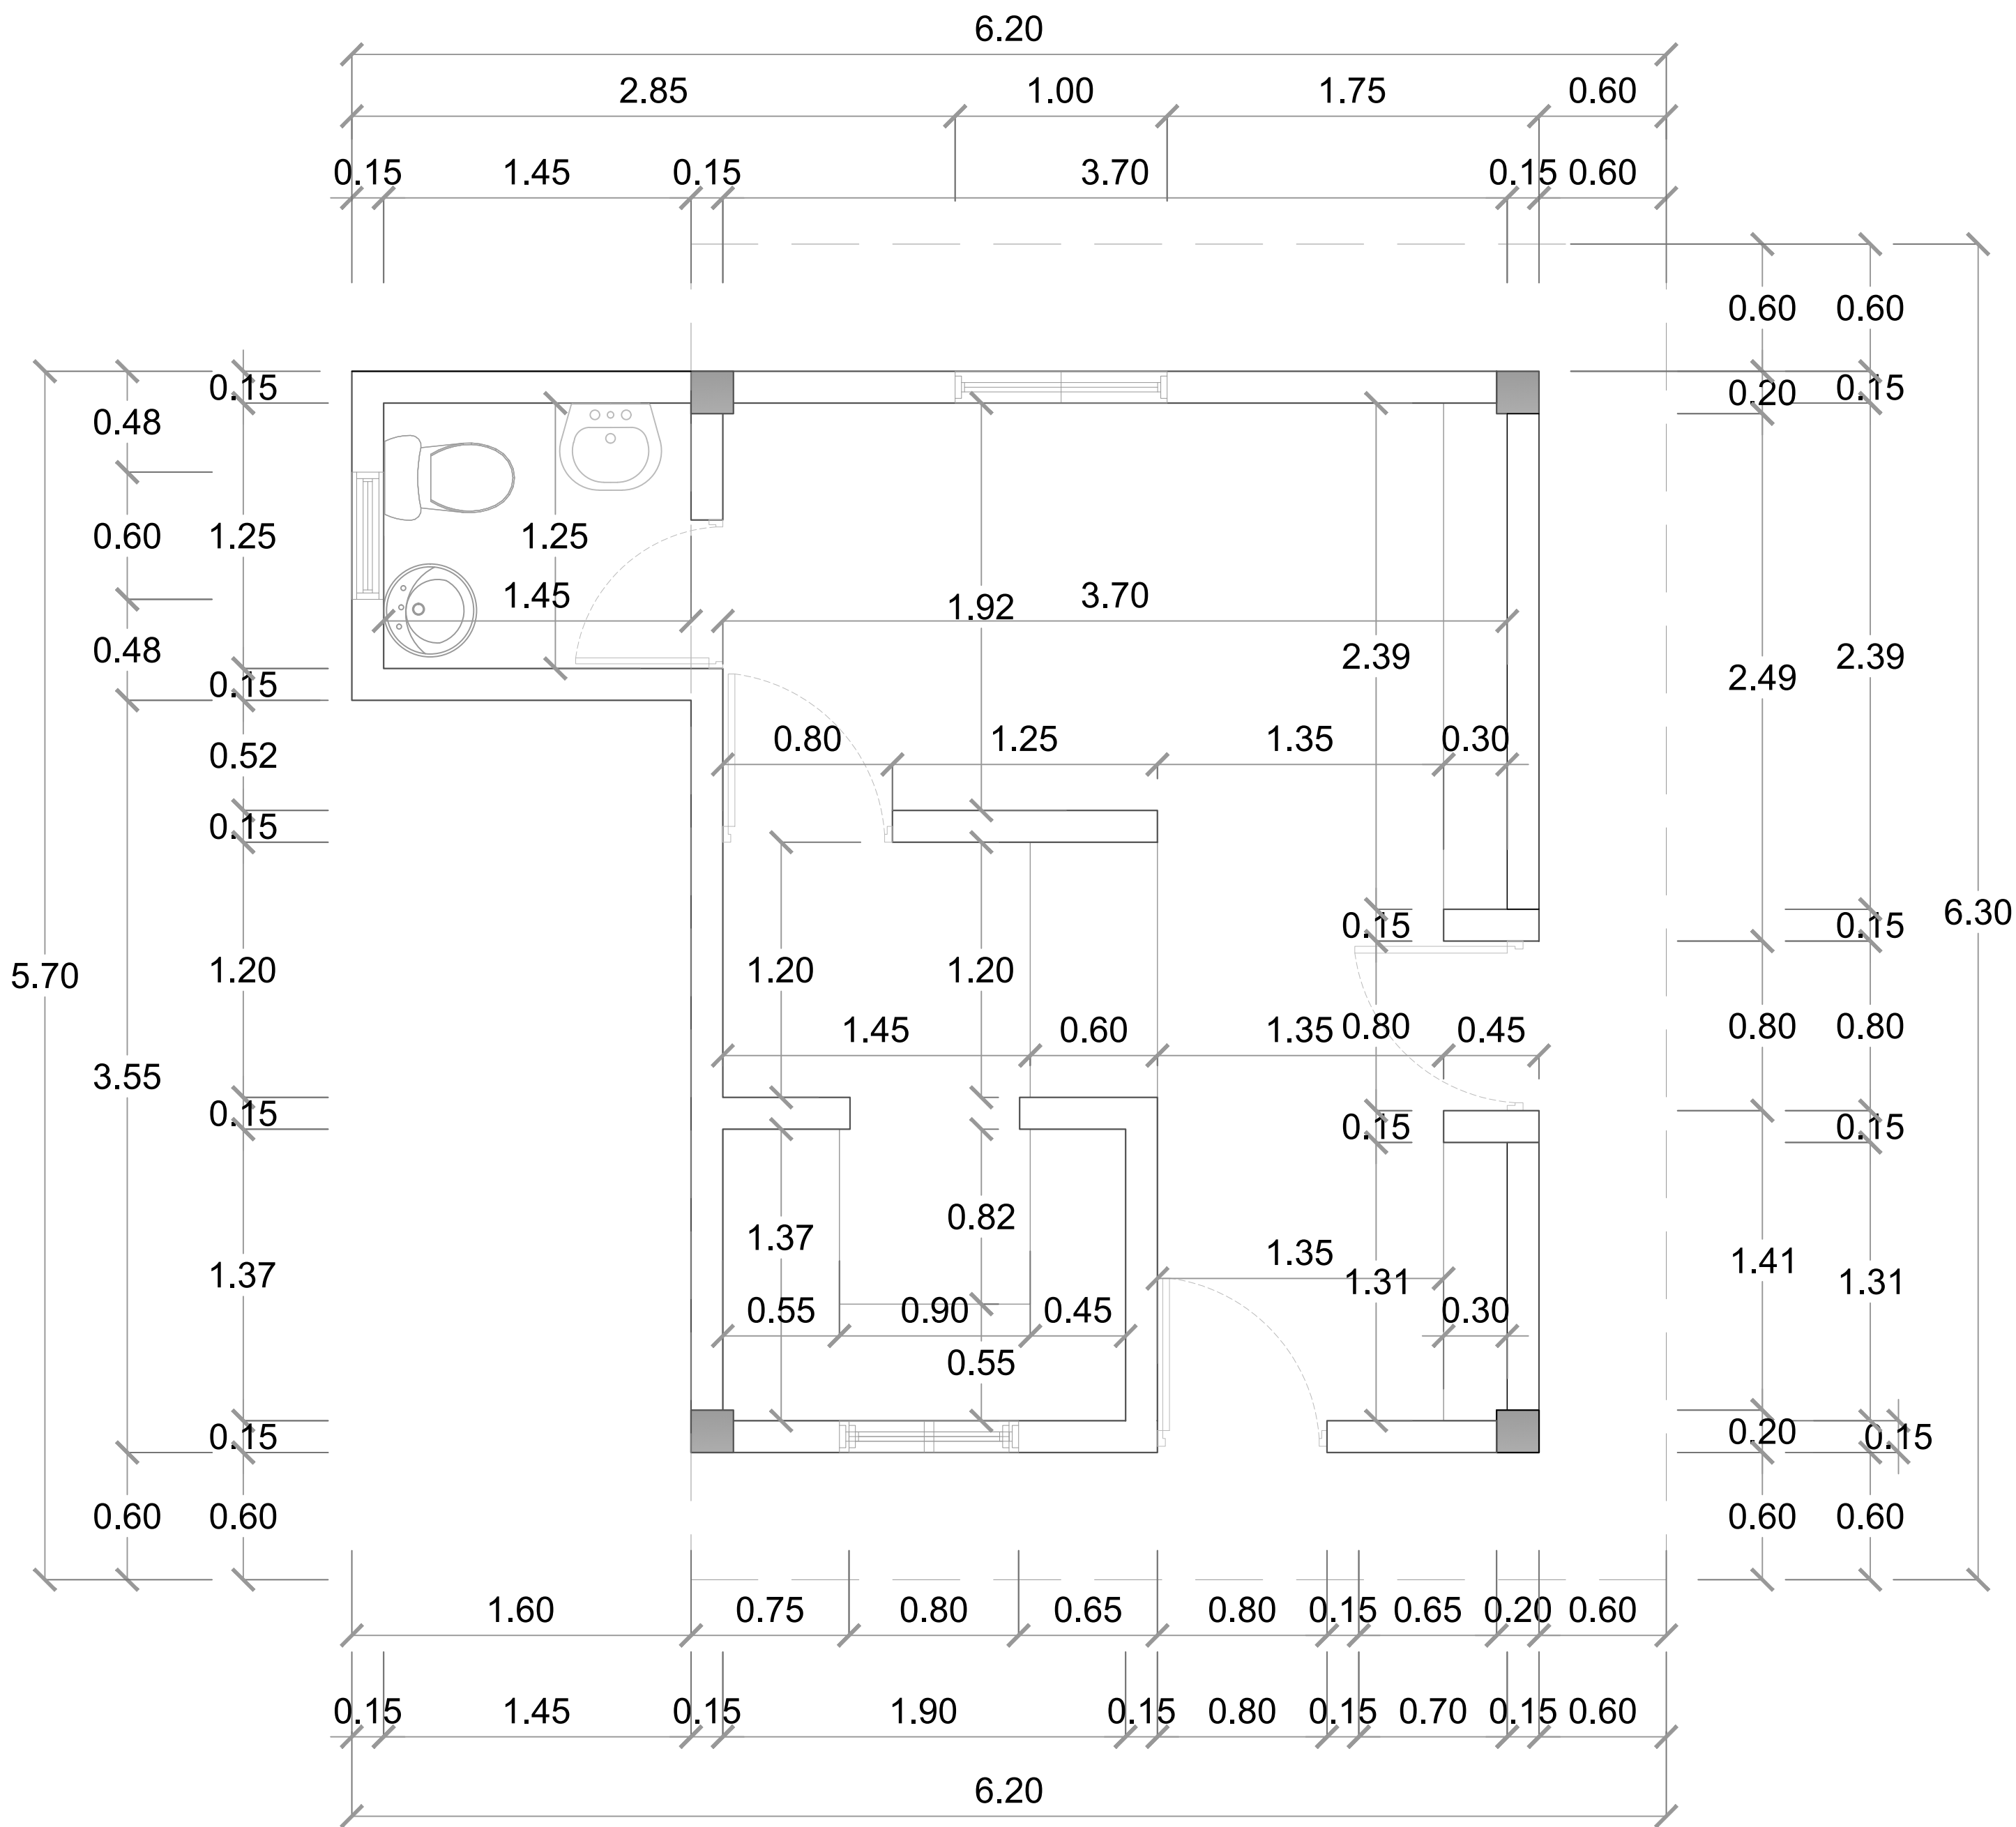

GOBIERNO DE LA
REPÚBLICA DOMINICANA

DIRECCION DE DESARROLLO
PROVINCIAL
DDP

Ave. Dr. Delgado, Esq. Moises García,
Gazcue, Sto. Dgo., R.D.
TEL.: (809)-364-2189 | FAX.: (809)- 688-1665
E-Mail: info@cpadp.gob.do

PROYECTO:

CONSTRUCCIÓN CAMPO DE BÉISBOL EL
PESCOZON, MUNICIPIO VILLA LA MATA,
PROVINCIA SANCHEZ RAMIREZ
REPUBLICA DOMINICANA

EQUIPO DE TRABAJO:

DISEÑO ARQUITECTÓNICO
ARQ.

codia 00000

ENC. INGENIERÍA

ING. FIOR DALIZA BONIFACIO
codia 00000

ESTRUCTURAL

ING.

codia 00000

ELÉCTRICO

ING. Juan Pérez
codia 00000

HIDRO-SANITARIO

ING. Francis Estévez
codia 00000

SELLO DE APROBACIÓN:

FECHA:

CONTENIDO:

PLANTA DIMENSIONADA


ESCALA:

1:25


SEPTIEMBRE 2026

NO. PÁGINA:

035

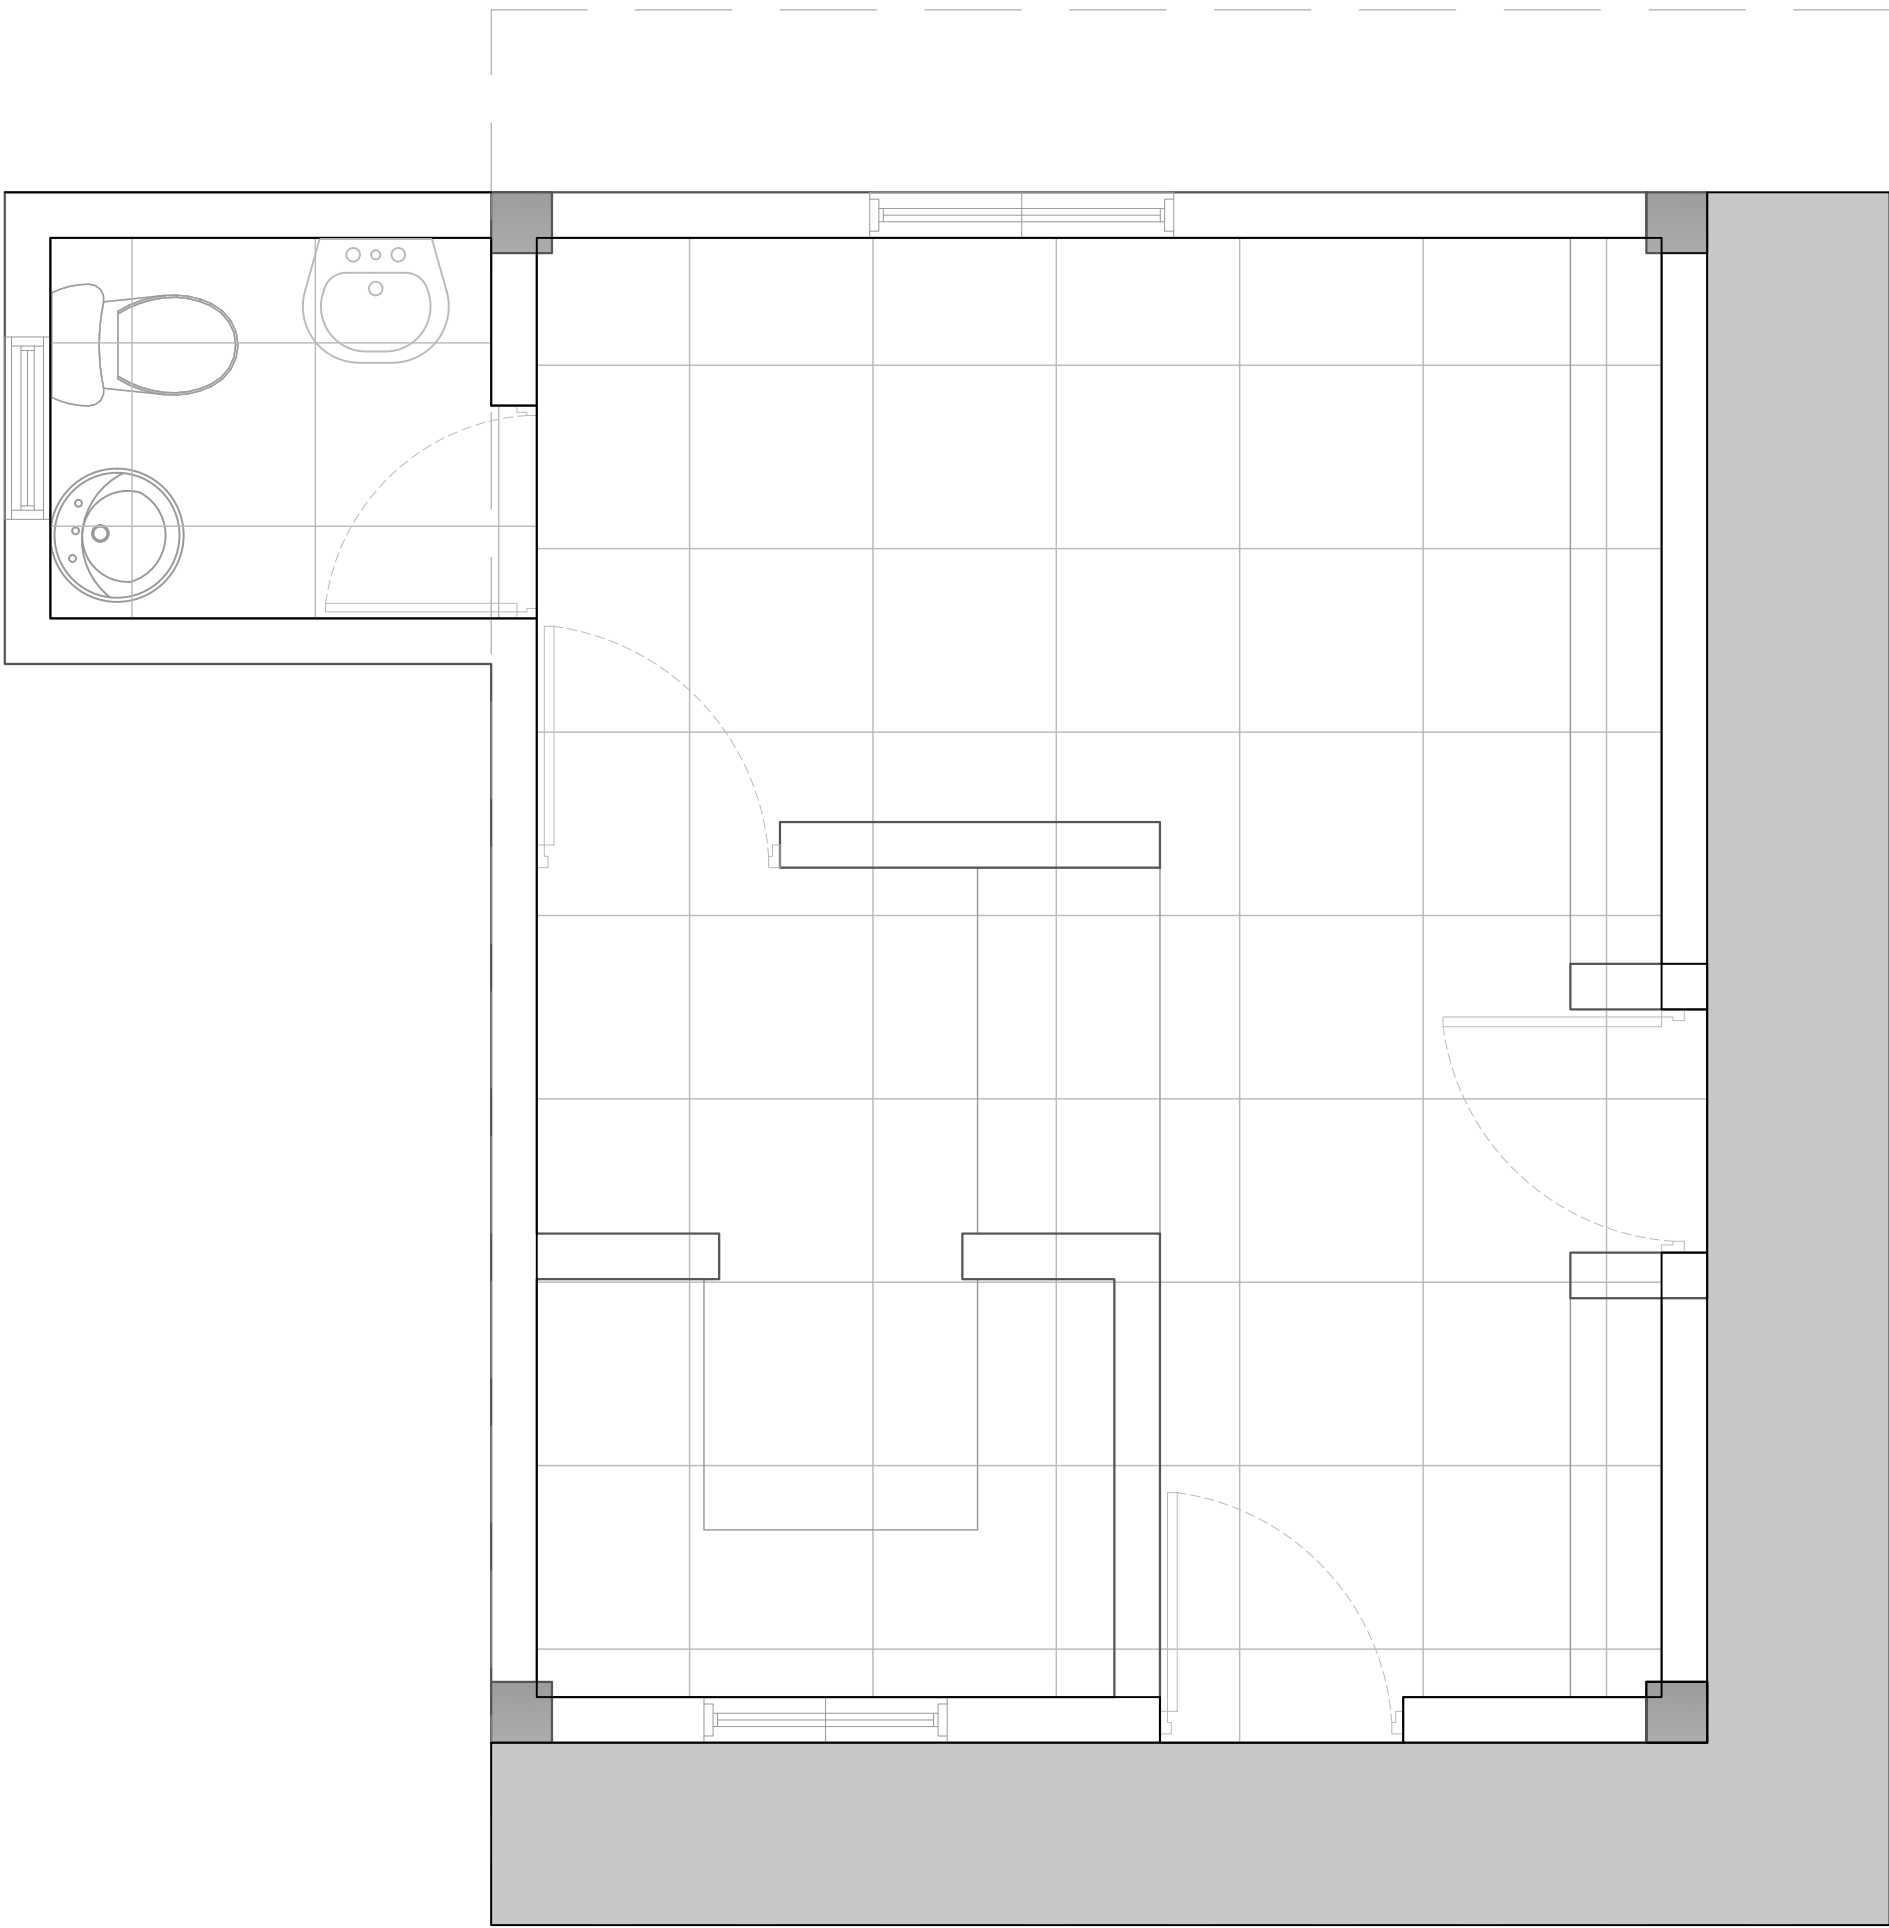

LEYENDA DE PISO		
SIMBOLO	DESCRIPCIÓN	CANTIDAD
	HORMIGÓN	5.82 m2
	PORCELANATO CREMA 0.60 M X 0.60M	20.00 m2

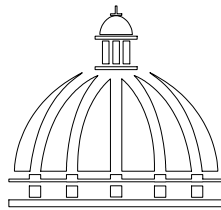

GOBIERNO DE LA
REPÚBLICA DOMINICANA

DIRECCION DE DESARROLLO
PROVINCIAL
DDP

Ave. Dr. Delgado, Esq. Moisés García,
Gazcue, Sto. Dgo., R.D.
TEL.: (809)-364-2189 | FAX.: (809)- 688-1665
E-Mail: info@cpadp.gob.do

PROYECTO:

CONSTRUCCIÓN CAMPO DE BÉISBOL EL
PESCOZON, MUNICIPIO VILLA LA MATA,
PROVINCIA SANCHEZ RAMIREZ
REPUBLICA DOMINICANA

EQUIPO DE TRABAJO:

DISEÑO ARQUITECTÓNICO
ARQ.

codia 00000

ENC. INGENIERÍA

ING. FIOR DALIZA BONIFACIO

codia 00000

ESTRUCTURAL

ING.

codia 00000

ELÉCTRICO

ING. Juan Pérez

codia 00000

HIDRO-SANITARIO

ING. Francis Estévez

codia 00000

SELLO DE APROBACIÓN:

FECHA:

CONTENIDO:

PLANTA ARQUITECTÓNICA
DE PISO- CAFETERIA


ESCALA:

1:25


SEPTIEMBRE 026

NO. PÁGINA:


036

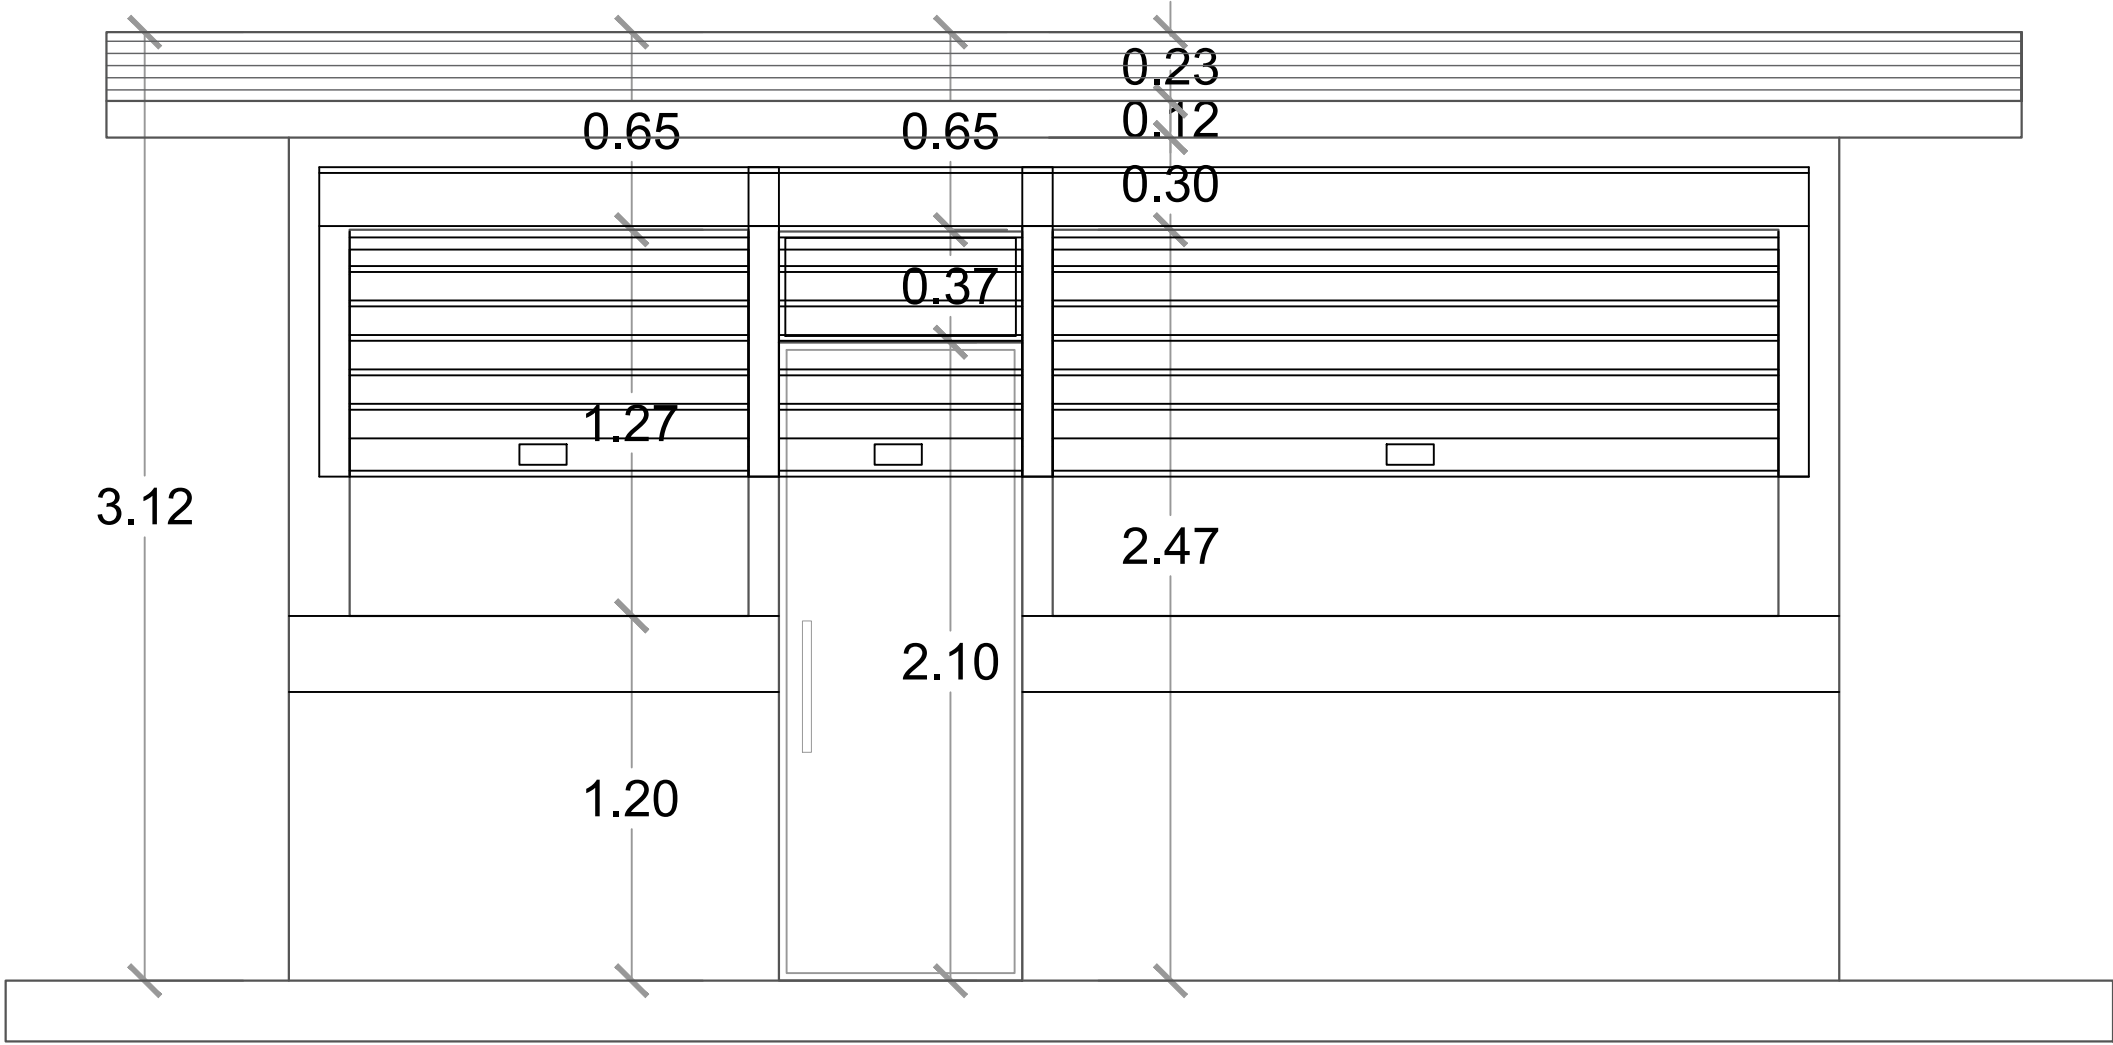

ELEVACIÓN FRONTAL - CAFETERÍA
ESC. 1:20

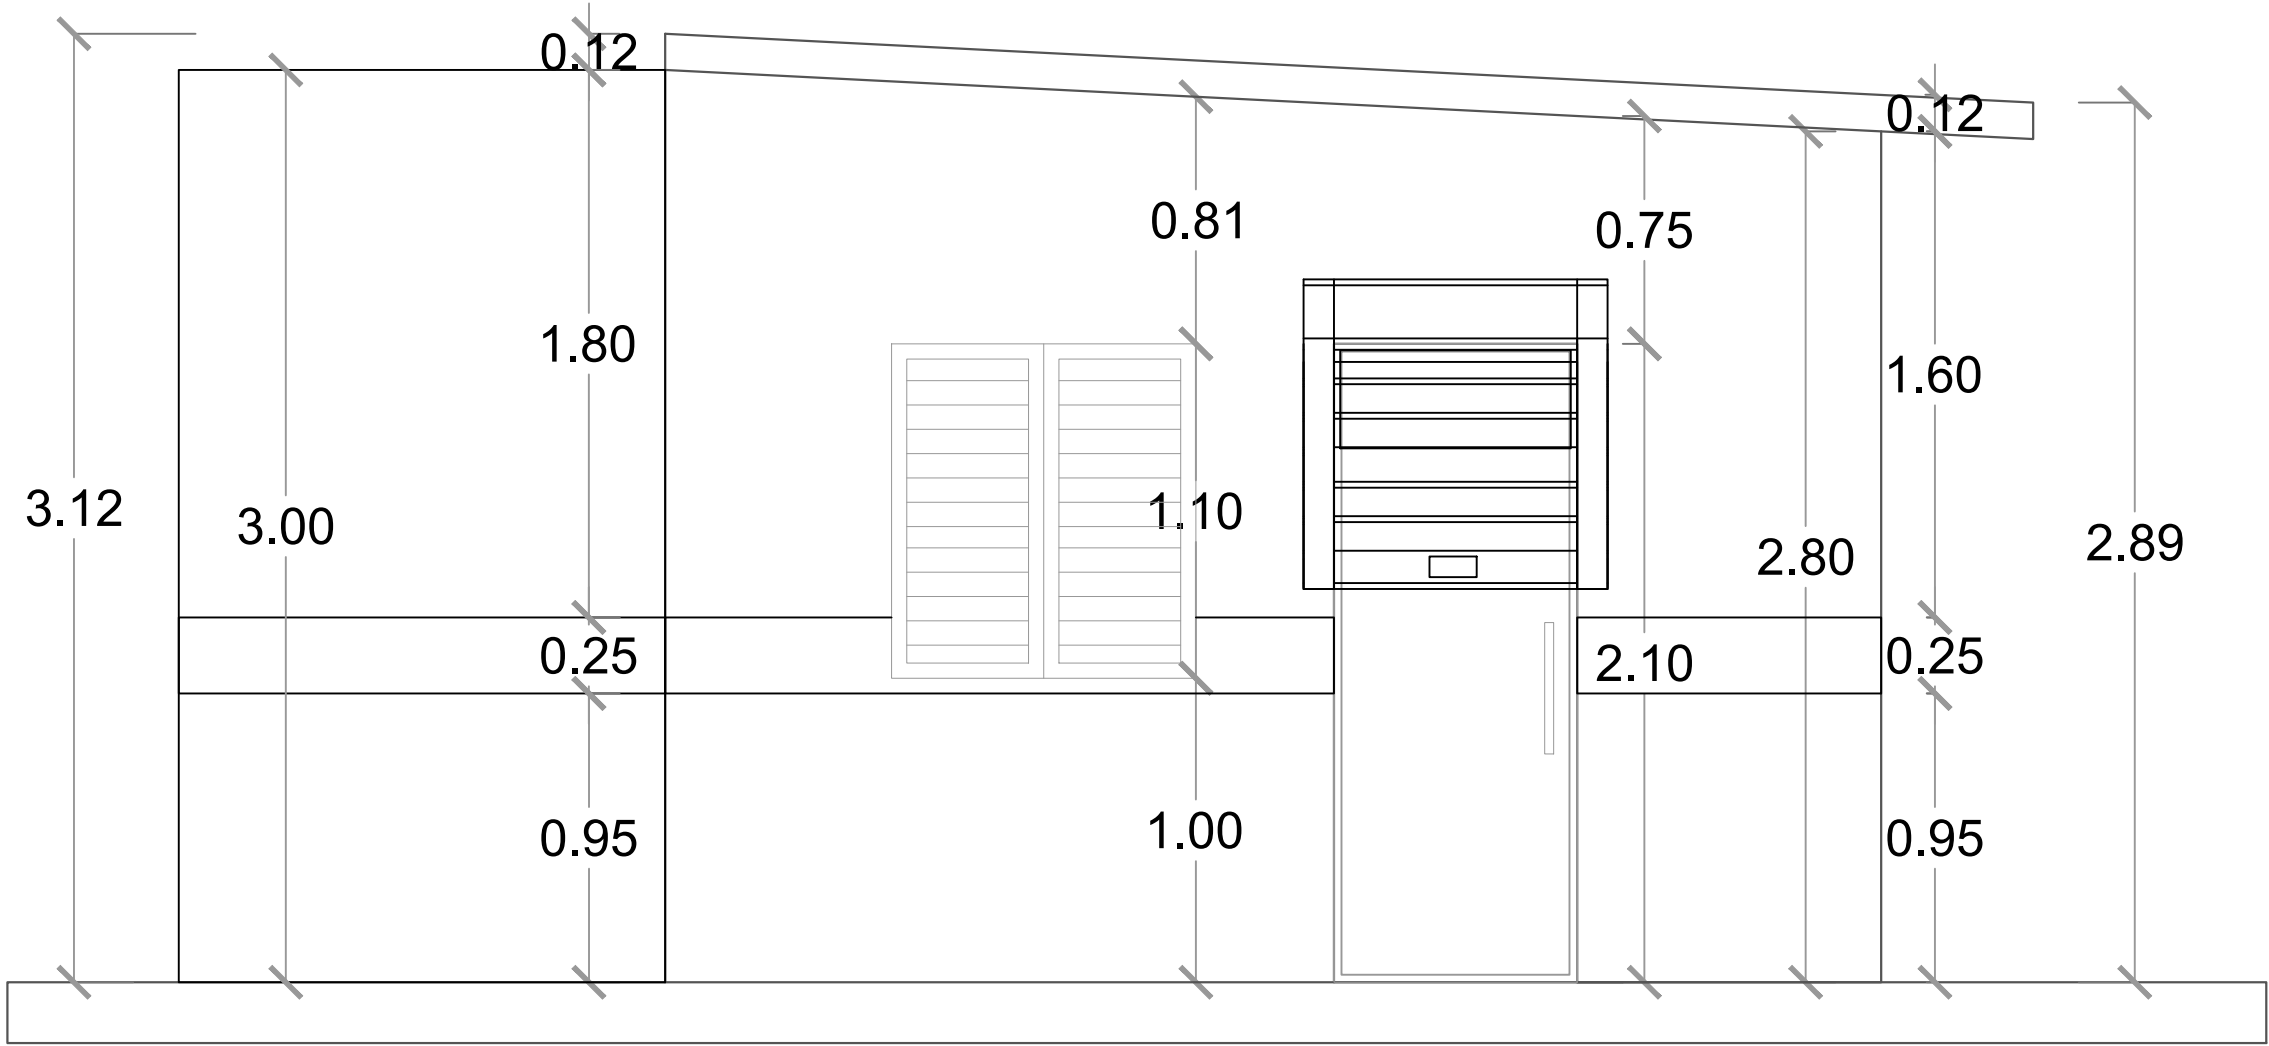

ELEVACIÓN LATERAL DERECHA - CAFETERÍA
ESC. 1:20

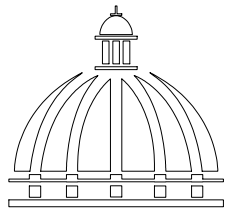

GOBIERNO DE LA
REPÚBLICA DOMINICANA

DIRECCION DE DESARROLLO
PROVINCIAL
DDP

Ave. Dr. Delgado, Esq. Moisés García,
Gazcue, Sto. Dgo., R.D.
TEL.: (809)-364-2189 | FAX.: (809)- 688-1665
E-Mail: info@cpadp.gob.do

PROYECTO:
CONSTRUCCIÓN CAMPO DE BÉISBOL EL PESCOZON, MUNICIPIO VILLA LA MATA, PROVINCIA SANCHEZ RAMIREZ REPUBLICA DOMINICANA

EQUIPO DE TRABAJO:
DISEÑO ARQUITECTÓNICO
ARQ. _____
codia 00000 _____
ENC. INGENIERÍA
ING. FIOR DALIZA BONIFACIO
codia 00000 _____
ESTRUCTURAL
ING. _____
codia 00000 _____
ELÉCTRICO
ING. Juan Pérez
codia 00000 _____
HIDRO-SANITARIO
ING. Francis Estévez
codia 00000 _____

SELLO DE APROBACIÓN:

FECHA: _____

CONTENIDO:

ELEVACIONES - CAFETERIA


ESCALA:

1:25


SEPTIEMBRE 2026

NO. PÁGINA:

037

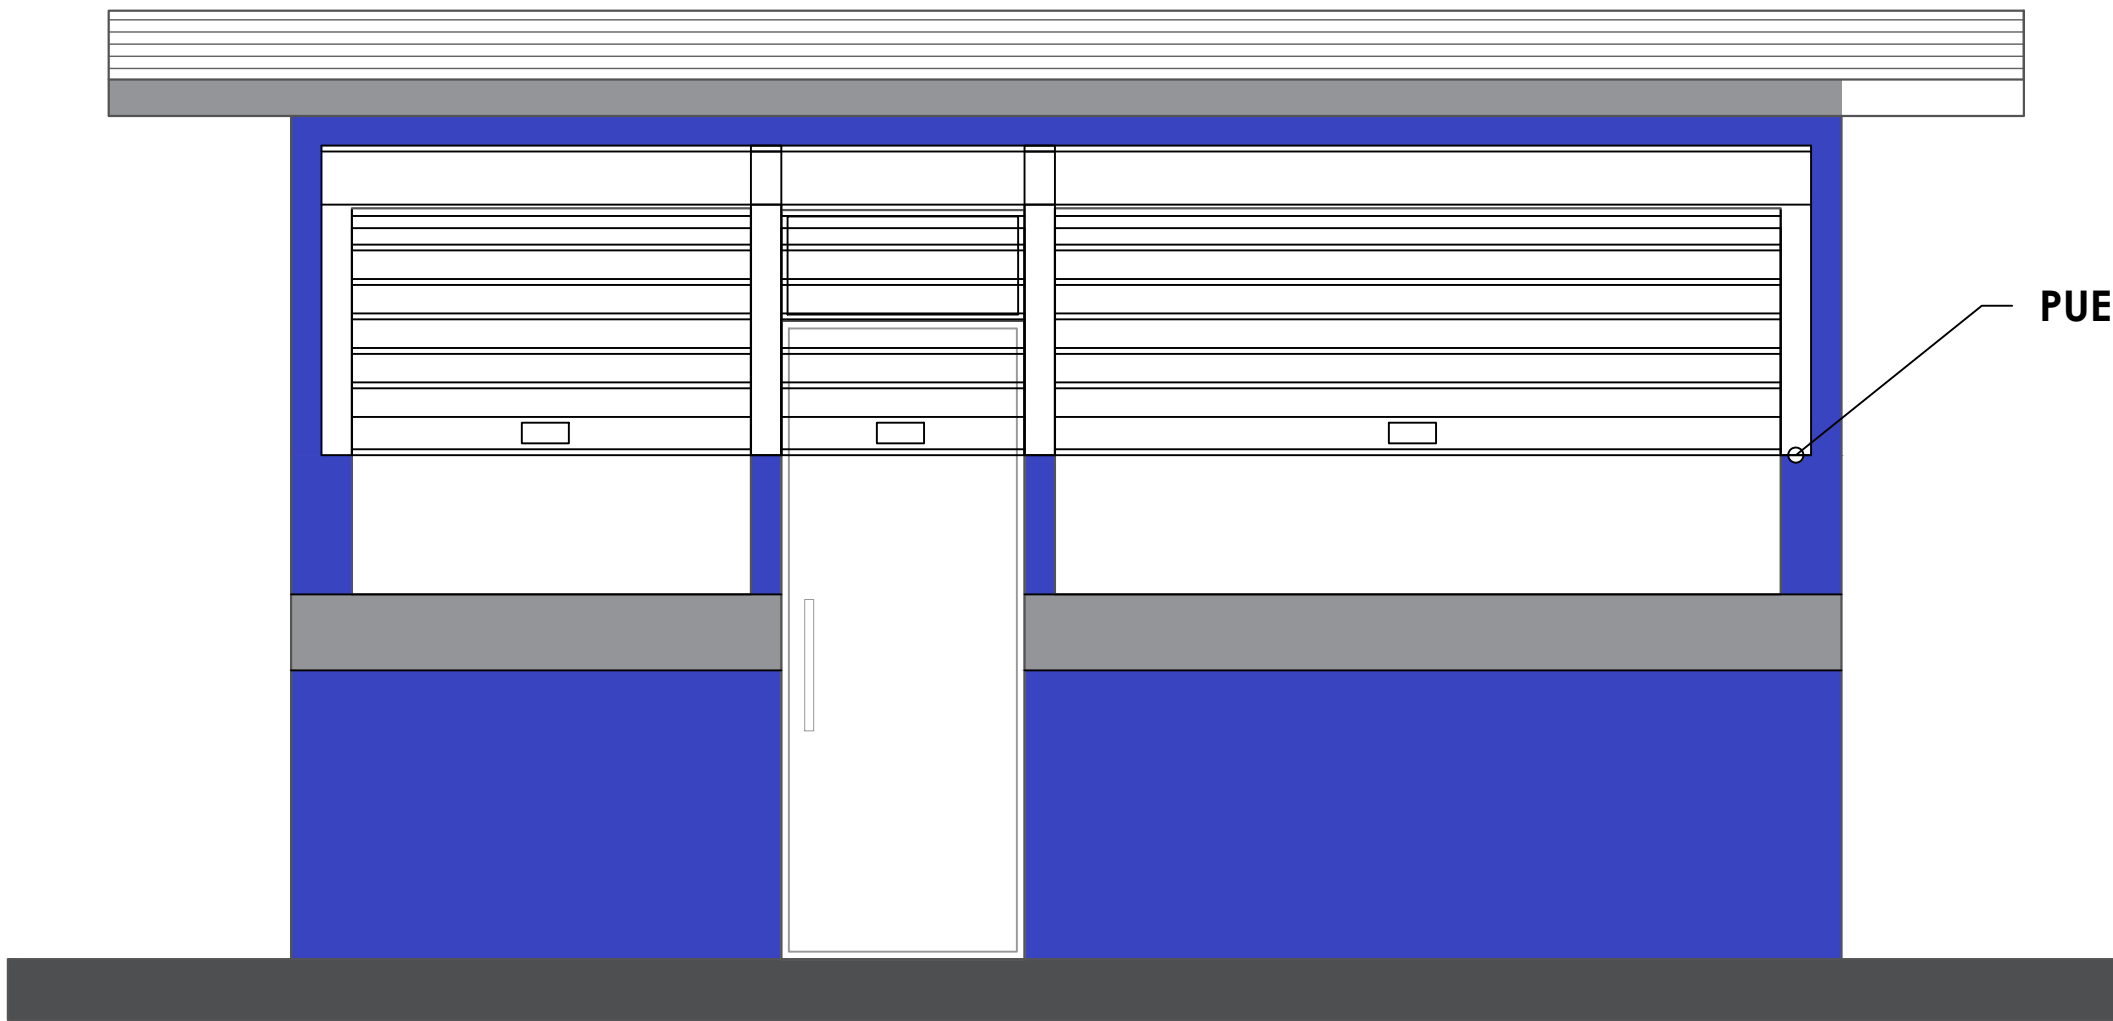


ELEVACIÓN FRONTAL - CAFETERÍA
ESC. 1:20

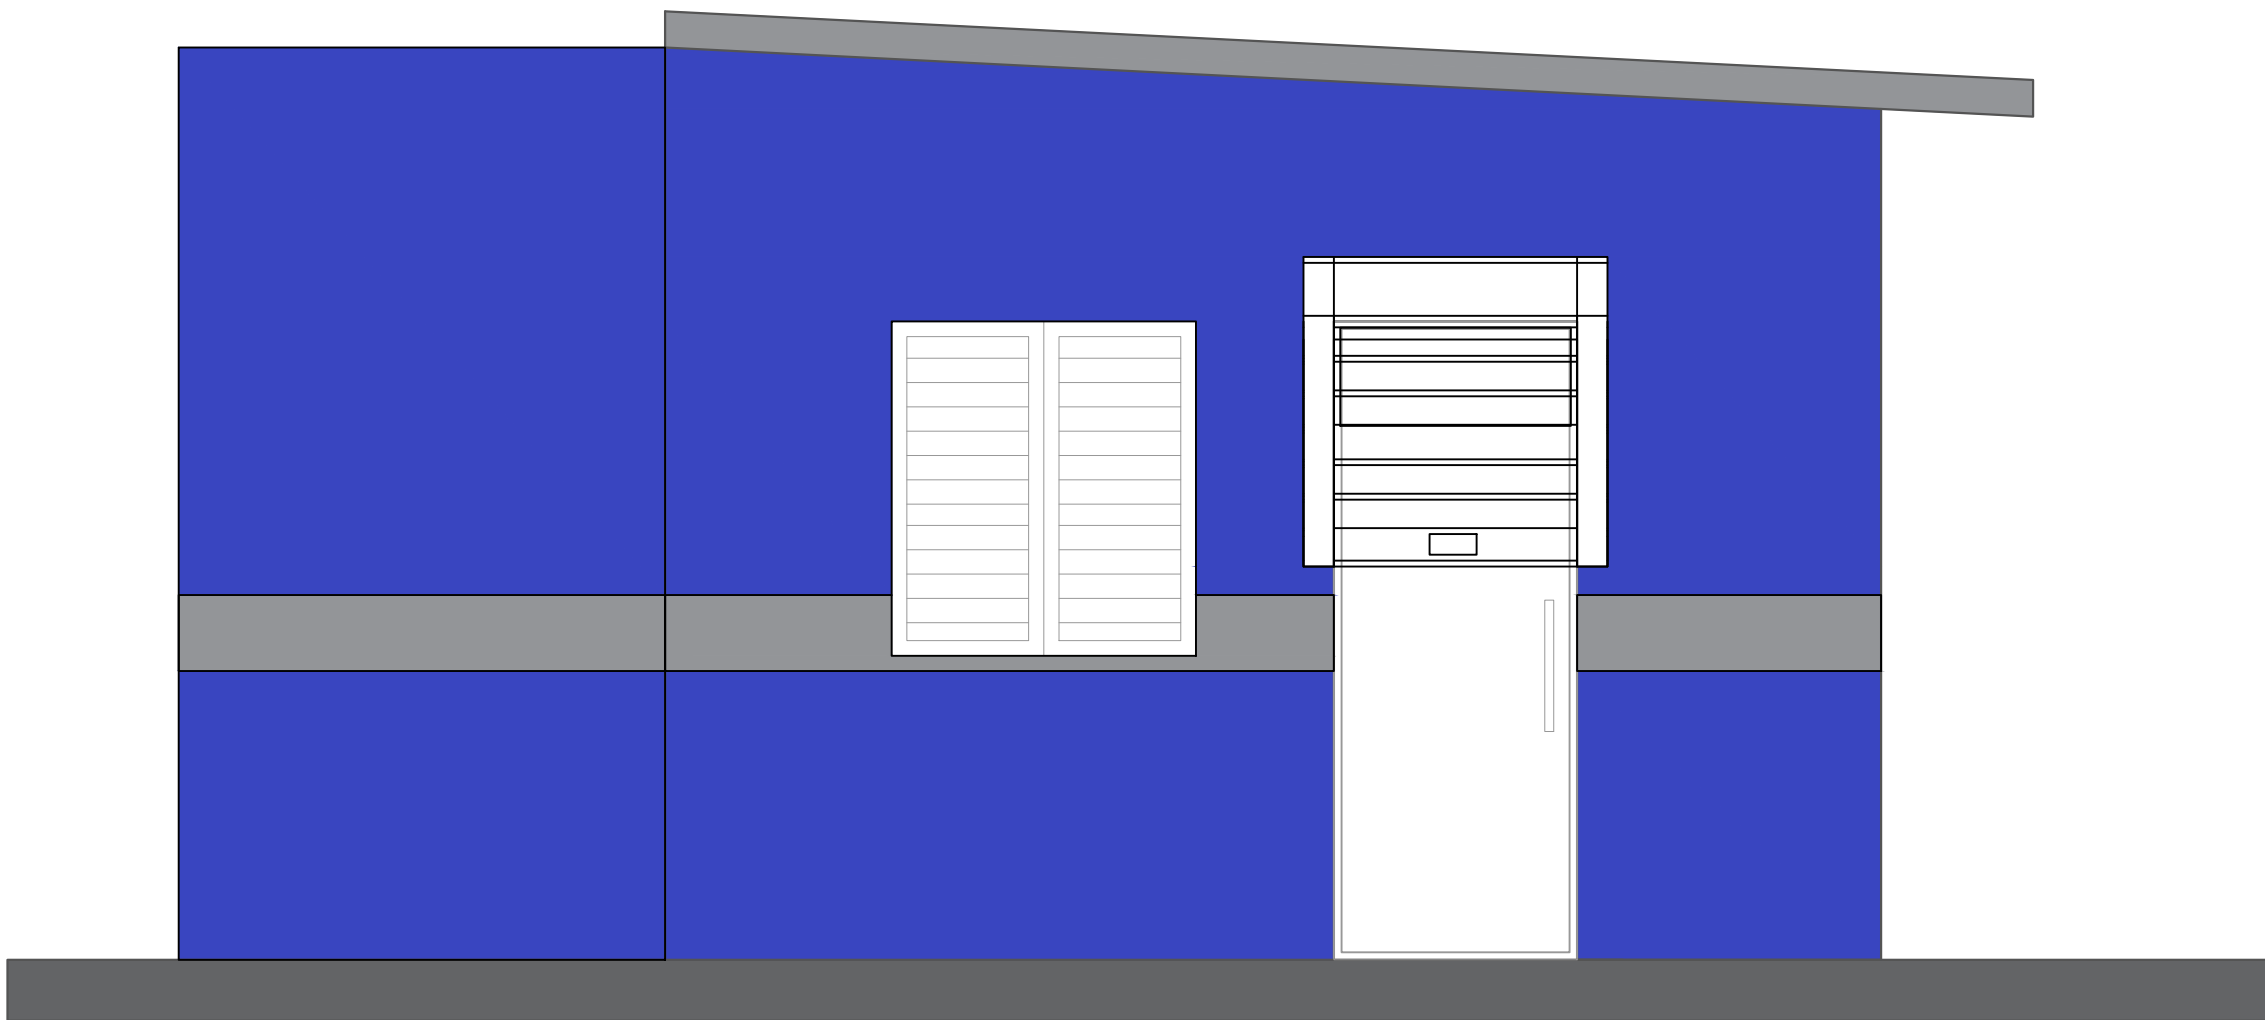

ELEVACIÓN LATERAL DERECHA - CAFETERÍA
ESC. 1:20

- Nota: Estos colores son una simulación
- Paredes exteriores, azul positivo 93 Pinturas Tropical
 - Techo y interior, Blanco 00 Pinturas Popular
 - Detalles, Gris 59 Pinturas Popular

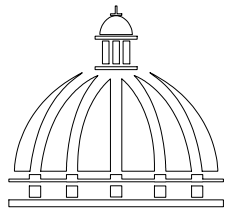

GOBIERNO DE LA
REPÚBLICA DOMINICANA

DIRECCION DE DESARROLLO
PROVINCIAL
DDP

Ave. Dr. Delgado, Esq. Moises García,
Gazcue, Sto. Dgo., R.D.
TEL.: (809)-364-2189 | FAX.: (809)- 688-1665
E-Mail: info@cpadp.gob.do

PROYECTO:

CONSTRUCCIÓN CAMPO DE BÉISBOL EL
PESCOZON, MUNICIPIO VILLA LA MATA,
PROVINCIA SANCHEZ RAMIREZ
REPUBLICA DOMINICANA

EQUIPO DE TRABAJO:

DISEÑO ARQUITECTÓNICO
ARQ.

codia 00000

ENC. INGENIERÍA

ING. FIOR DALIZA BONIFACIO
codia 00000

ESTRUCTURAL

ING.

codia 00000

ELÉCTRICO

ING. Juan Pérez
codia 00000

HIDRO-SANITARIO

ING. Francis Estévez
codia 00000

SELLO DE APROBACIÓN:

FECHA:

CONTENIDO:

ELEVACIONES CON TECNICA
CAFETERIA


ESCALA:


1:25


SEPTIEMBRE 2026


NO. PÁGINA:


038

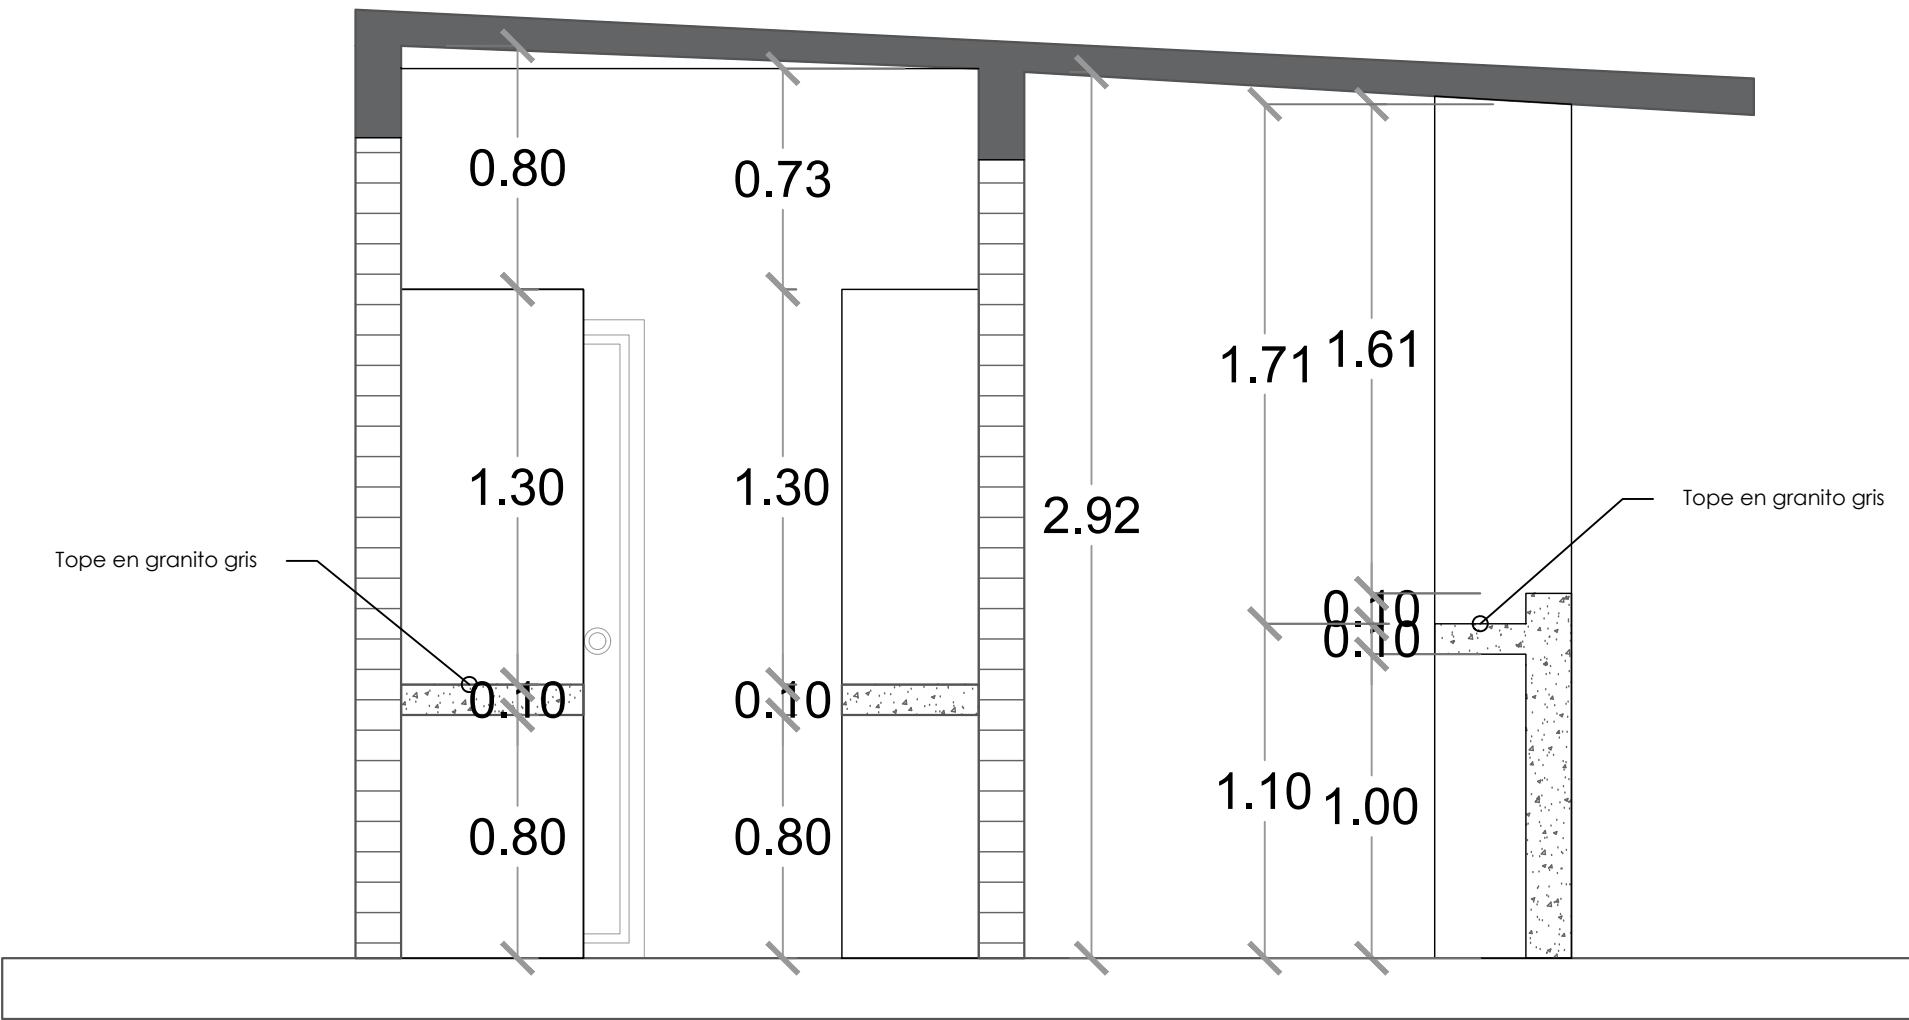

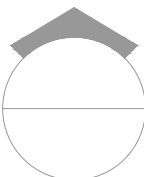 SECCIÓN A-A
ESC. 1:20

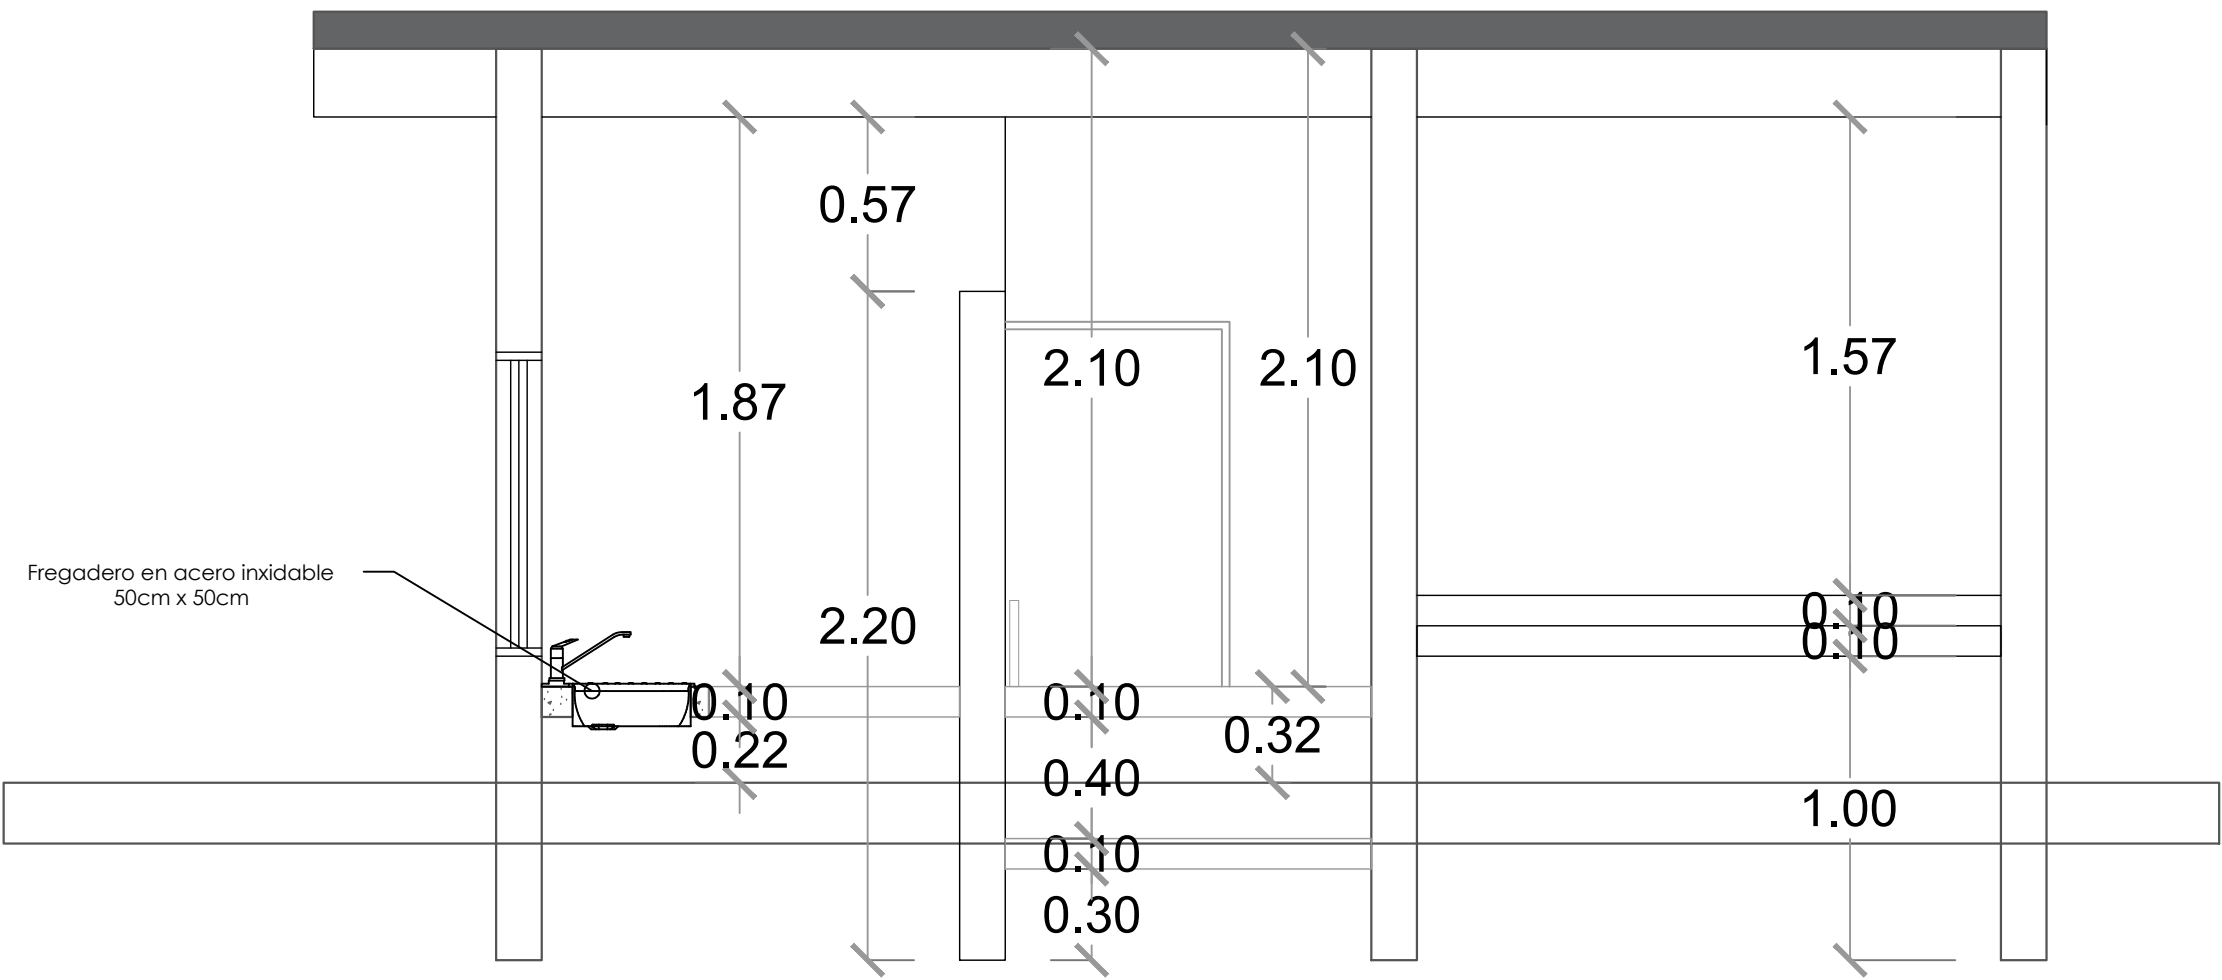

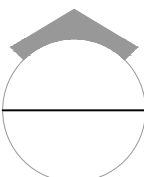 SECCIÓN B-B
ESC. 1:20

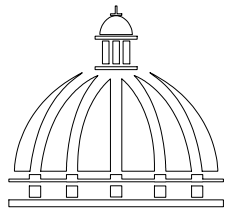

GOBIERNO DE LA
REPÚBLICA DOMINICANA

DIRECCION DE DESARROLLO
PROVINCIAL
DDP

Ave. Dr. Delgado, Esq. Moisés García,
Gazcue, Sto. Dgo., R.D.
TEL.: (809)-364-2189 | FAX.: (809)- 688-1665
E-Mail: info@cpadp.gob.do

PROYECTO:

CONSTRUCCIÓN CAMPO DE BÉISBOL EL
PESCOZON, MUNICIPIO VILLA LA MATA,
PROVINCIA SANCHEZ RAMIREZ
REPUBLICA DOMINICANA

EQUIPO DE TRABAJO:

DISEÑO ARQUITECTÓNICO
ARQ.

codia 00000

ENC. INGENIERÍA

ING. FIOR DALIZA BONIFACIO
codia 00000

ESTRUCTURAL

ING.

codia 00000

ELÉCTRICO

ING. Juan Pérez
codia 00000

HIDRO-SANITARIO

ING. Francis Estévez
codia 00000

SELLO DE APROBACIÓN:

FECHA:

CONTENIDO:

SECCIONES CAFETERIA


ESCALA:

1:25

SEPTIEMBRE 2026

NO. PÁGINA:

039

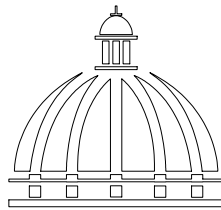

GOBIERNO DE LA
REPÚBLICA DOMINICANA

DIRECCION DE DESARROLLO
PROVINCIAL
DDP

Ave. Dr. Delgado, Esq. Moises García,
Gazcue, Sto. Dgo., R.D.
TEL.: (809)-364-2189 | FAX.: (809)- 688-1665
E-Mail: info@cpadp.gob.do

PROYECTO:

CONSTRUCCIÓN CAMPO DE BÉISBOL EL
PESCOZON, MUNICIPIO VILLA LA MATA,
PROVINCIA SANCHEZ RAMIREZ
REPUBLICA DOMINICANA

EQUIPO DE TRABAJO:

DISEÑO ARQUITECTÓNICO
ARQ.

codia 00000

ENC. INGENIERÍA

ING. FIOR DALIZA BONIFACIO

codia 00000

ESTRUCTURAL

ING.

codia 00000

ELÉCTRICO

ING. Juan Pérez

codia 00000

HIDRO-SANITARIO

ING. Francis Estévez

codia 00000

SELLO DE APROBACIÓN:

FECHA:

CONTENIDO:

INST. ELECTRICAS


ESCALA:

1:25


SEPTIEMBRE 2026

NO. PÁGINA:


040

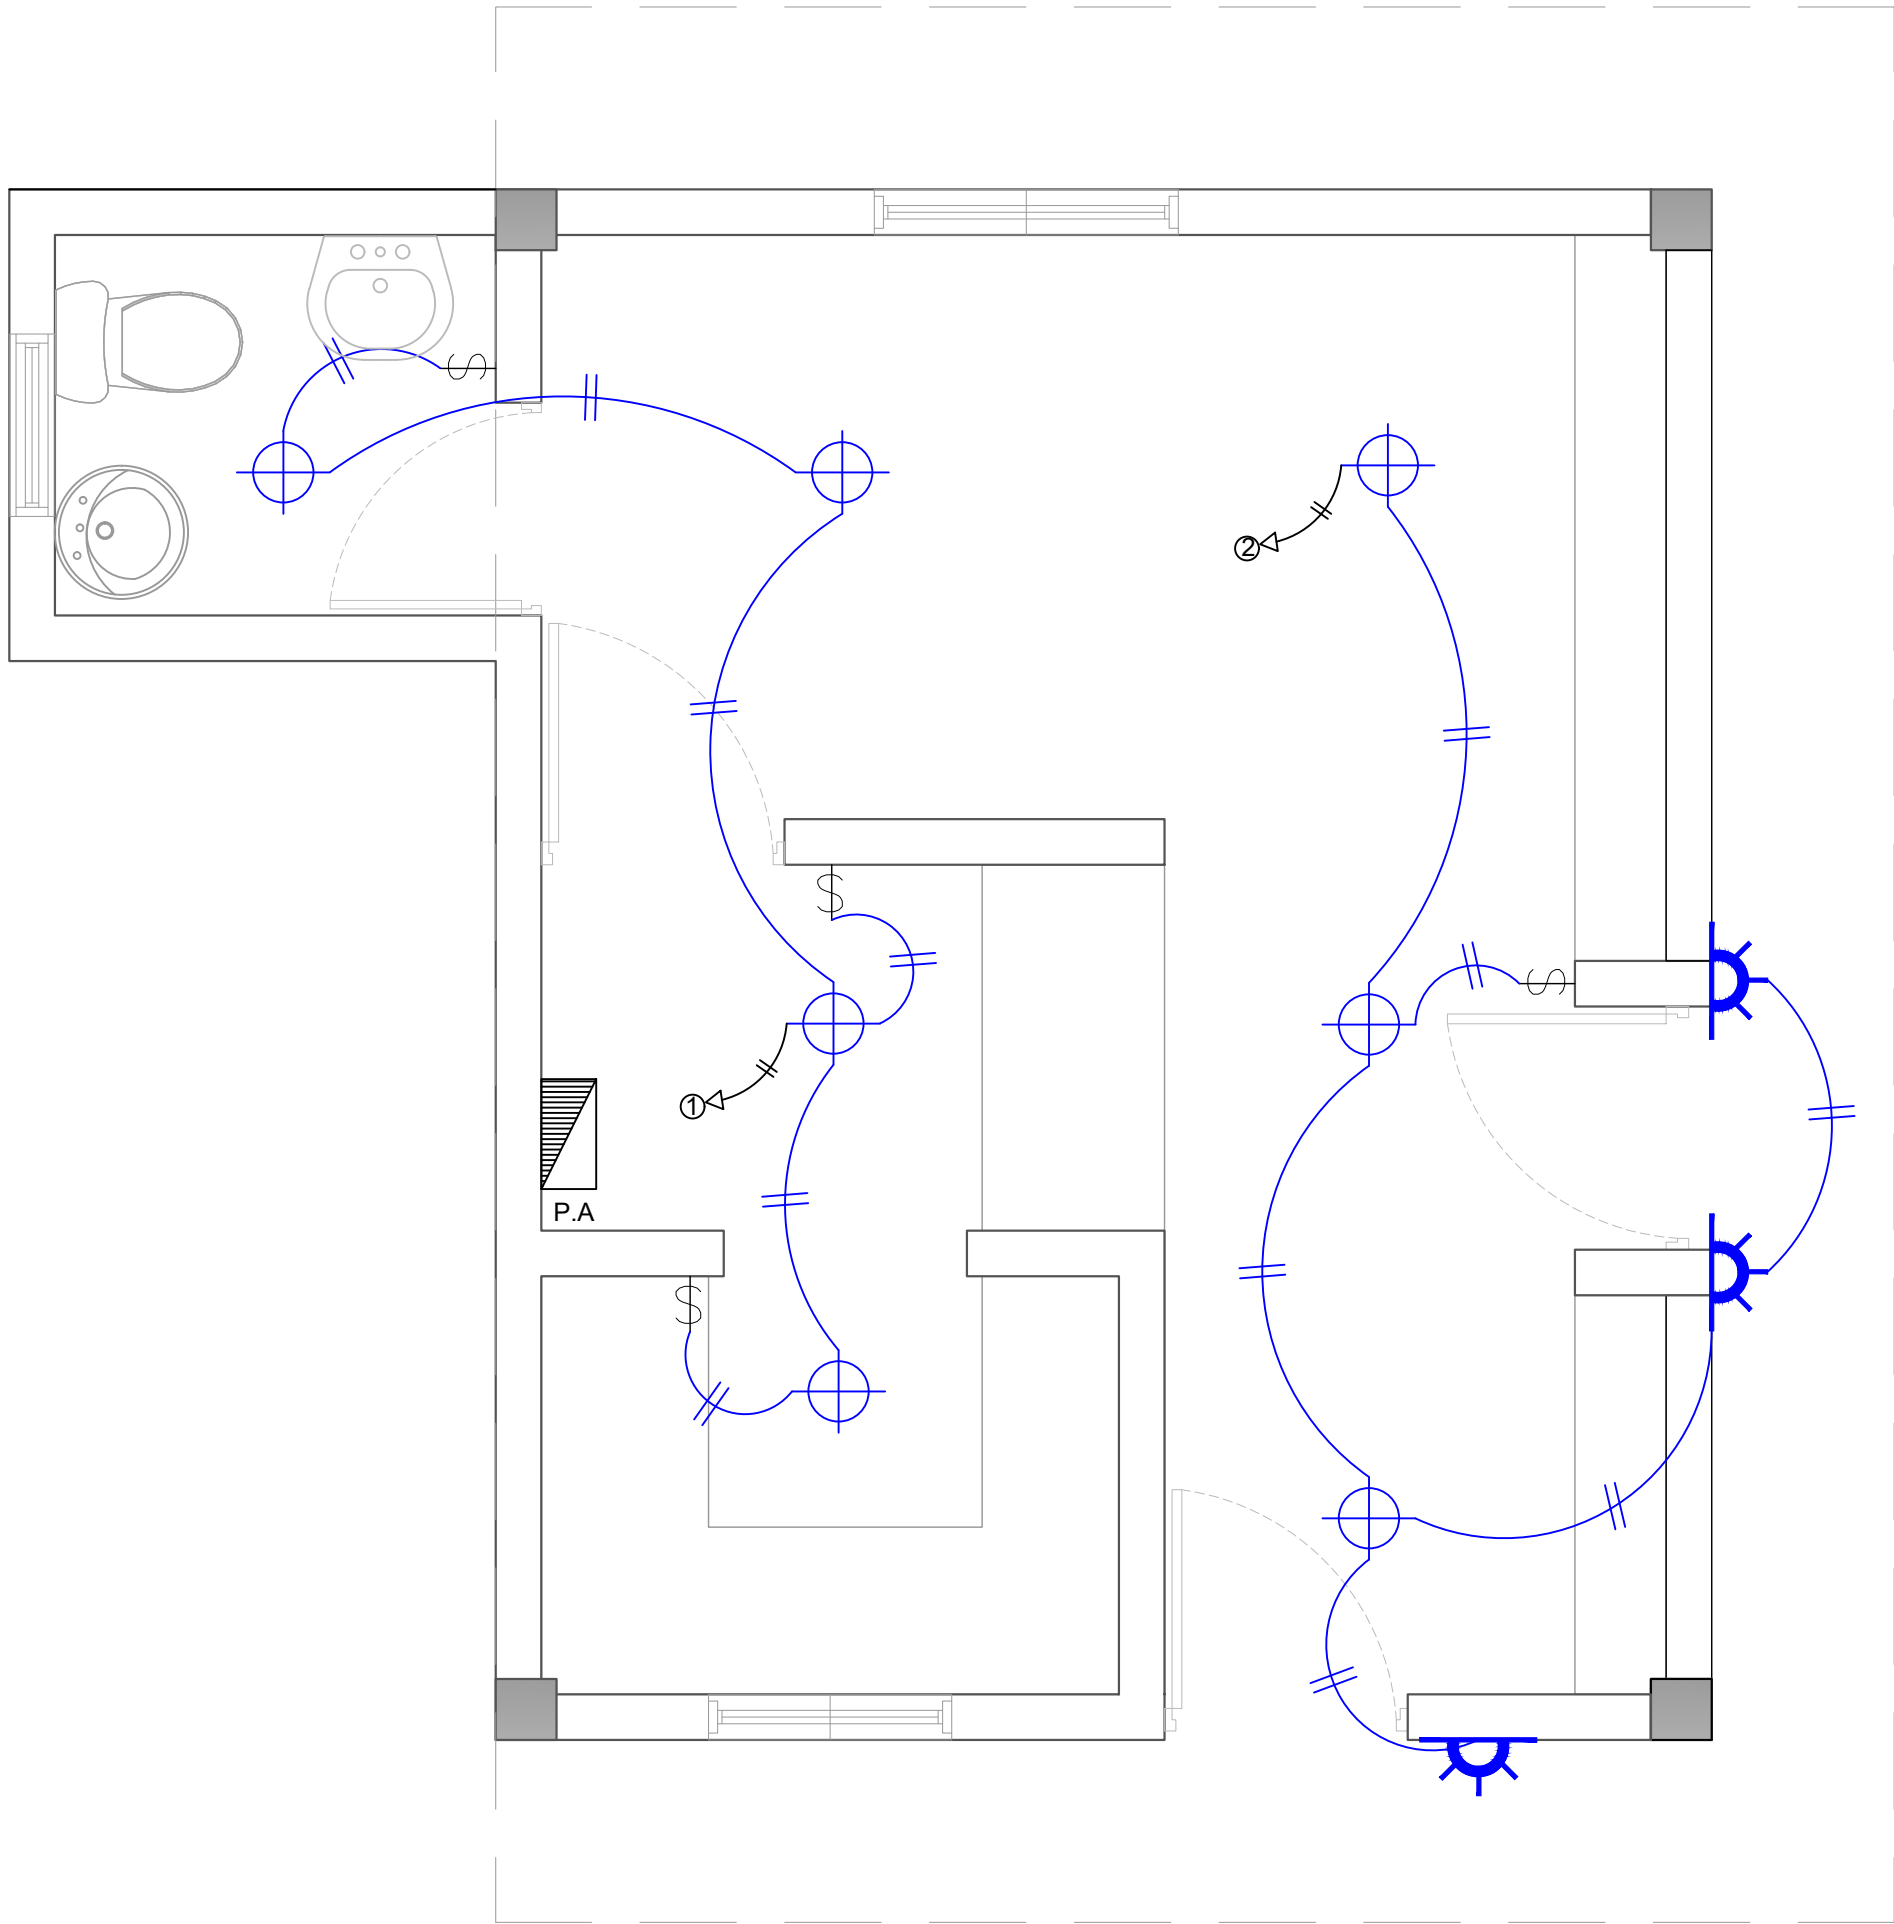

LEYENDA	
SIMBOLOGÍA	NOMBRE
	Luces de Techo
	Luces colgante tipo campana
	Lampara flour 4x4
	Lampara flour 2x4
	Luces de Pared
	Interruptores sencillo, 15A, 120V
	Interruptores doble, 15A, 120V
	Interruptores triple, 15A, 120V
	Interruptores 3 Way, 15A, 120V
	Interruptores 4 Way, 15A, 120V
	Interruptores Con luz piloto, 15A, 120V
	Luces en Poste
	Luces de Estadio
	Toma Corriente 120V, Doble, 20A
	Toma Corriente 240V, Sencillo, 30A
	Toma Corriente 120 de UPS, Doble, 20A
	Teléfono
	Antena de Televisión
	Data
	Hacia el Panel con 2 hilos
	Hacia el Panel con 3 hilos
	Tubería Empotrada en Losa
	Tubería Empotrada en Tierra
	Panel de Distribución Eléctrica
	Panel Board
	Breaker
	Registro
	Medidor o contador
	Transformador
	Abanico de Techo
	Equipos Eléctricos
	Transfer Switch
	Módulo de Contador
	Enclosed Breaker
	Tubería Empotrada con 3 hilos
	Inversor, UPS

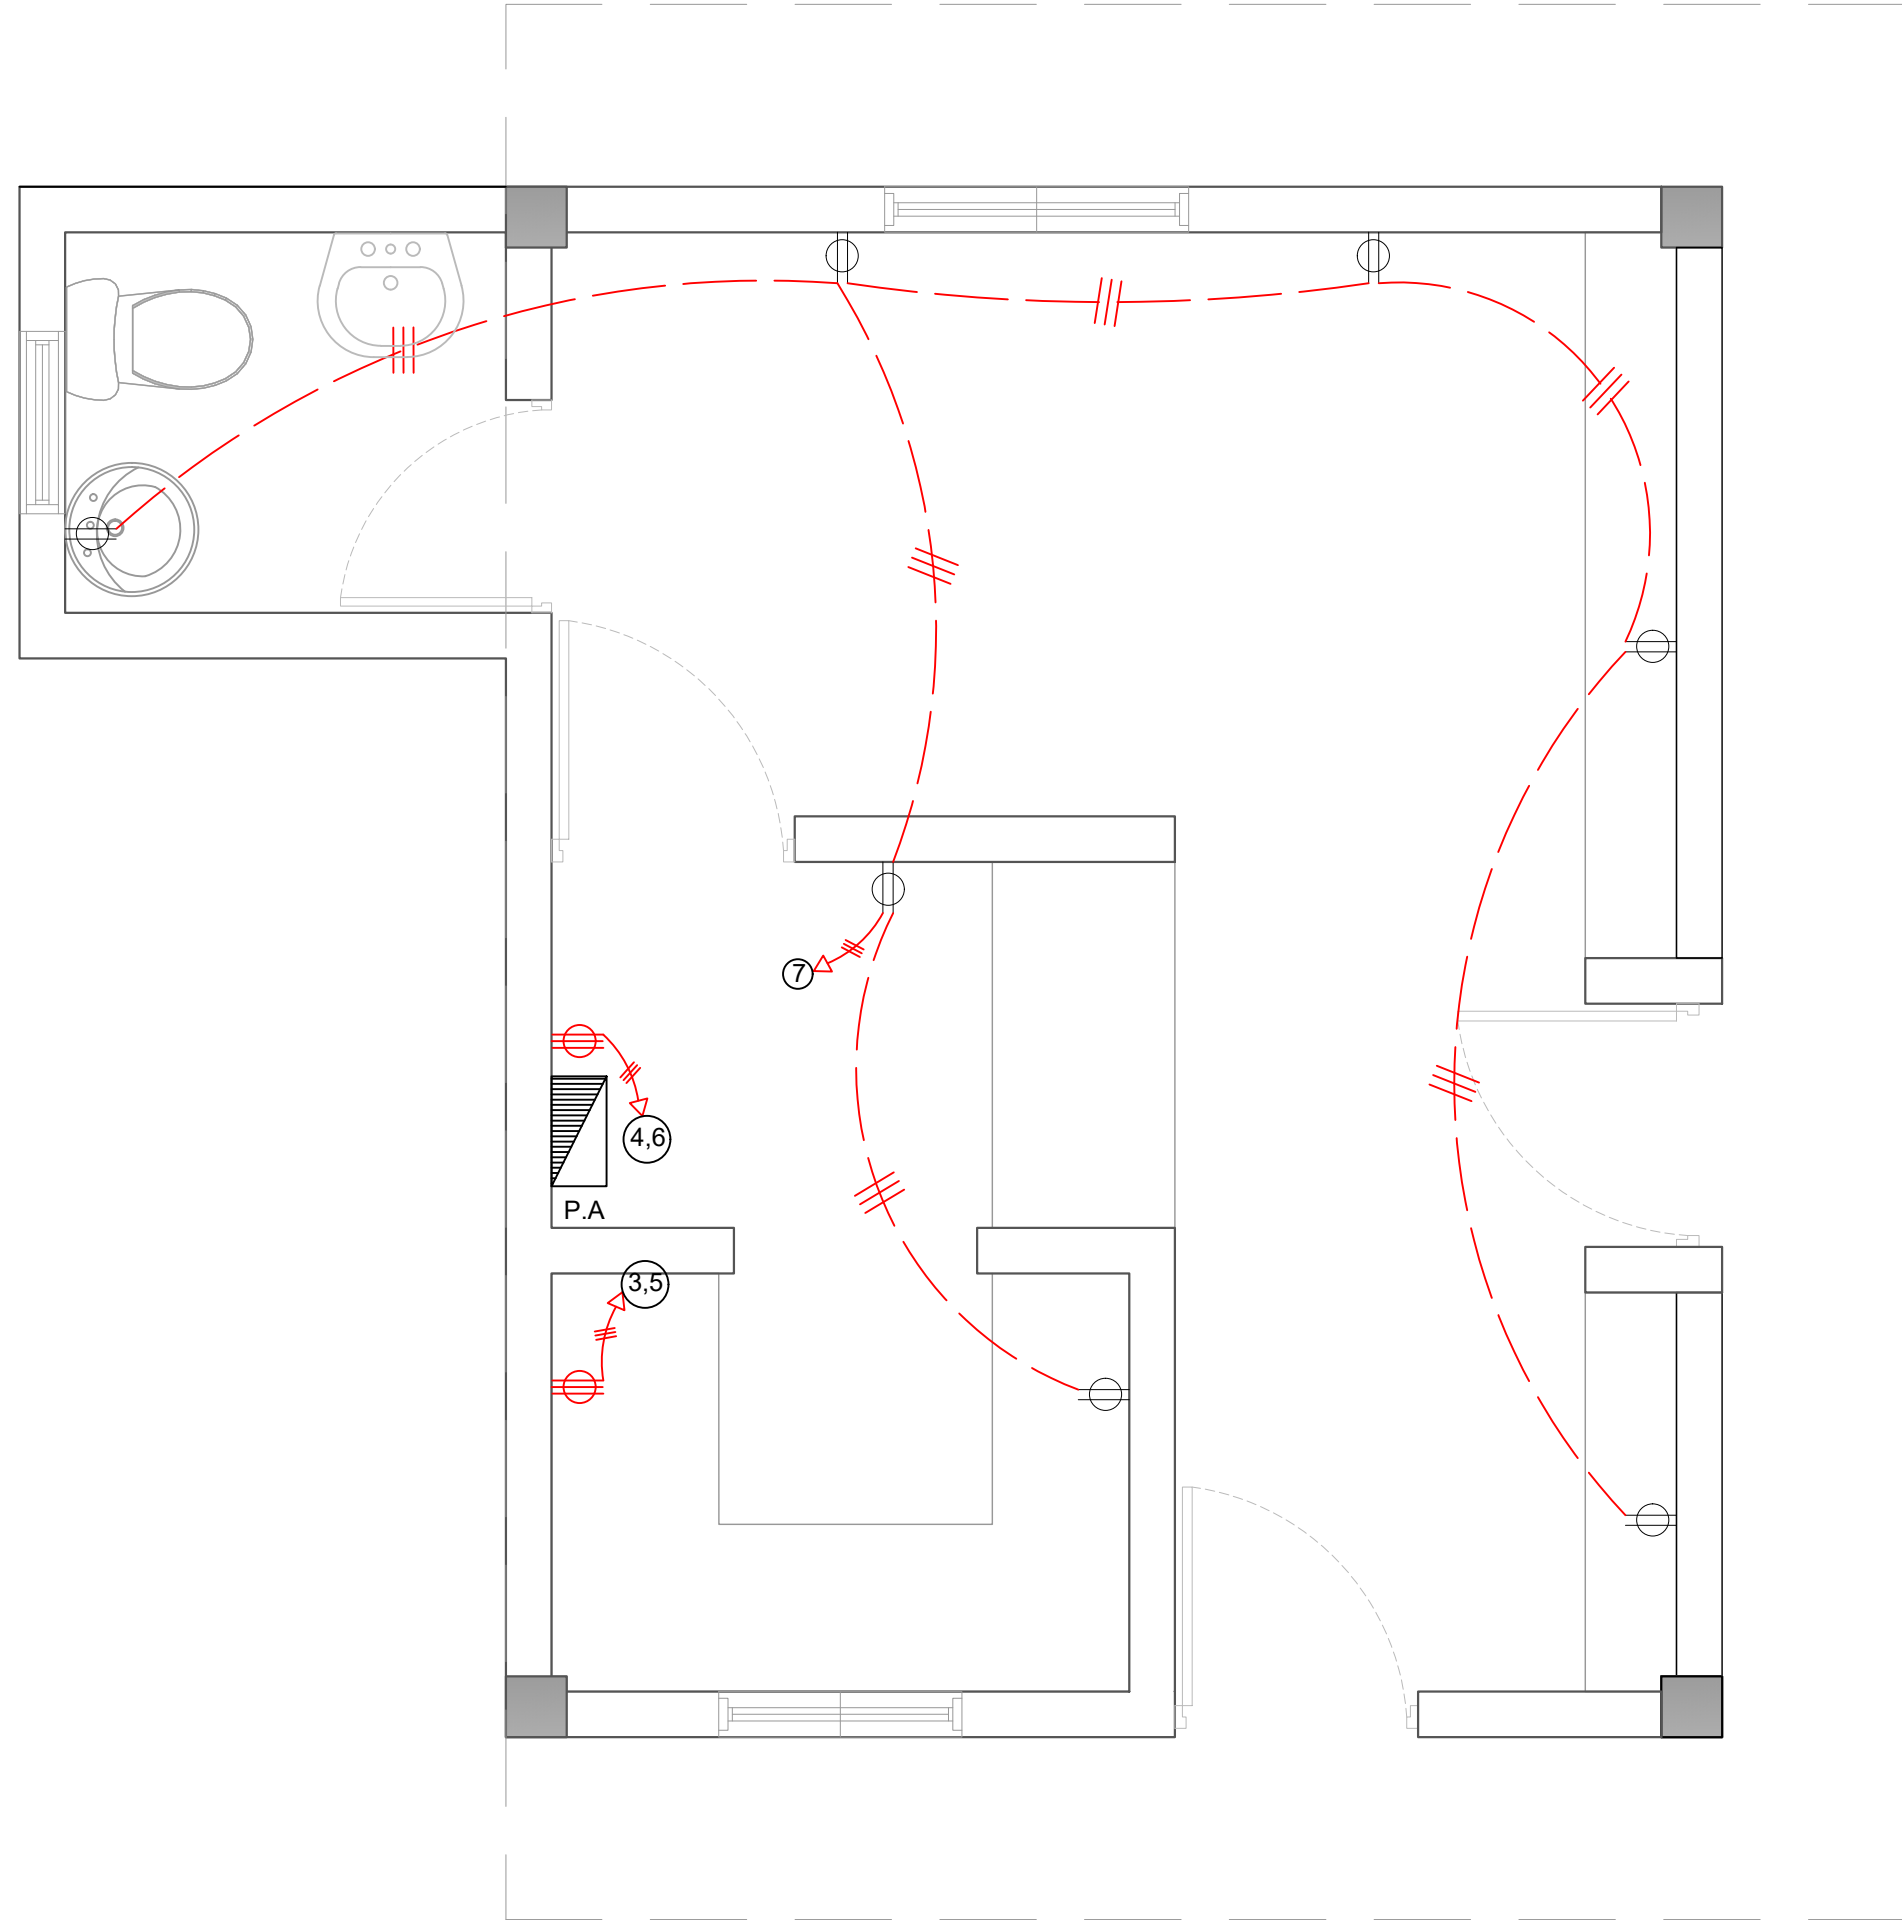

LEYENDA	
SIMBOLOGÍA	NOMBRE
	Luces de Techo
	Luces colgante tipo campana
	Lampara flour 4x4
	Lampara flour 2x4
	Luces de Pared
	Interruptores sencillo, 15A, 120V
	Interruptores doble, 15A, 120V
	Interruptores triple, 15A, 120V
	Interruptores 3 Way, 15A, 120V
	Interruptores 4 Way, 15A, 120V
	Interruptores Con luz piloto, 15A, 120V
	Luces en Poste
	Luces de Estadio
	Toma Corriente 120V, Doble, 20A
	Toma Corriente 240V, Sencillo, 30A
	Toma Corriente 120 de UPS, Doble, 20A
	Teléfono
	Antena de Televisión
	Data
	Hacia el Panel con 2 hilos
	Hacia el Panel con 3 hilos
	Tubería Empotrada en Losa
	Tubería Empotrada en Tierra
	Panel de Distribución Eléctrica
	Panel Board
	Breaker
	Registro
	Medidor o contador
	Transformador
	Abanico de Techo
	Equipos Eléctricos
	Transfer Switch
	Módulo de Contador
	Enclosed Breaker
	Tubería Empotrada con 3 hilos
	Inversor, UPS

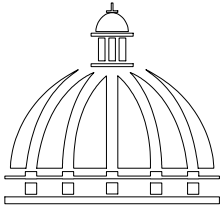

GOBIERNO DE LA
REPÚBLICA DOMINICANA

DIRECCION DE DESARROLLO
PROVINCIAL
DDP

Ave. Dr. Delgado, Esq. Moises García,
Gazcue, Sto. Dgo., R.D.
TEL.: (809)-364-2189 | FAX.: (809)- 688-1665
E-Mail: info@cpadp.gob.do

PROYECTO:

CONSTRUCCIÓN CAMPO DE BÉISBOL EL
PESCOZON, MUNICIPIO VILLA LA MATA,
PROVINCIA SANCHEZ RAMIREZ
REPUBLICA DOMINICANA

EQUIPO DE TRABAJO:

DISEÑO ARQUITECTÓNICO
ARQ.

codia 00000

ENC. INGENIERÍA

ING. FIOR DALIZA BONIFACIO
codia 00000

ESTRUCTURAL

ING.

codia 00000

ELÉCTRICO

ING. Juan Pérez
codia 00000

HIDRO-SANITARIO

ING. Francis Estévez
codia 00000

SELLO DE APROBACIÓN:

FECHA:

CONTENIDO:

INST. ELECTRICAS

ESCALA:




1:25

SEPTIEMBRE 2026

NO. PÁGINA:

041

PANEL: PA			4 CONDUCTORES								ESPACIOS: 12			
LUGAR: COCINA			SIMILAR: GE CAT: THQC12420								TENSIÓN: 120/240 VAC			
FASE: 2			INTERRUPTOR PRINCIPAL					BREAKERS			BARRAS: 75 AMP			
			40/2 AMP THQAL TIPO					TIPO: THQAL						
KVA	DESCRIPCIÓN	DUCT.	CAL	BKR	NO.	A	B	NO.	BKR	CAL	DUCT.	DESCRIPCIÓN	KVA	
0.40	Iluminación	1/2"	12	20	1	○		2	20	12	1/2"	Iluminación	0.50	
1.50	Toma Corriente 240v	3/4"	10	30	3		○	4	30	10	3/4"	Toma Corriente 240v	1.50	
1.50	Toma Corriente 240v	3/4"	10	30	5	○		6	30	10	3/4"	Toma Corriente 240v	1.50	
1.26	Toma Corriente 120v	1/2"	12	20	7		○	8						
					9	○		10						
					11		○	12						
CARGA CONECTADA: 8.16 KVA				DEMANDA MAXIMA: 8.16 KVA					ALIMENTADOR:					
ILUMINACIÓN: 0.90 KVA				CARGA DE DISEÑO: 7.34 KVA					2 THW CAL. NO. 6					
TOMACORRIENTE: 7.26 KVA				CORRIENTE DE DISEÑO: 30.60 AMP					1 THW CAL. NO. 8					
OTROS: - KVA				FACTOR DE DEMANDA: 90 %					1 THW CAL. NO. 12					
FASE A: 3.90 KVA				CARGA RESERVA: 0.82 KVA					DUCTO DIAM: 1" TIPO: pvc					
FASE B: 4.26 KVA				NEUTRO: 30.60 Amps										

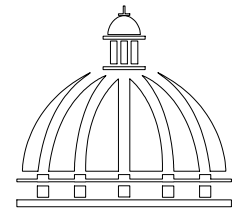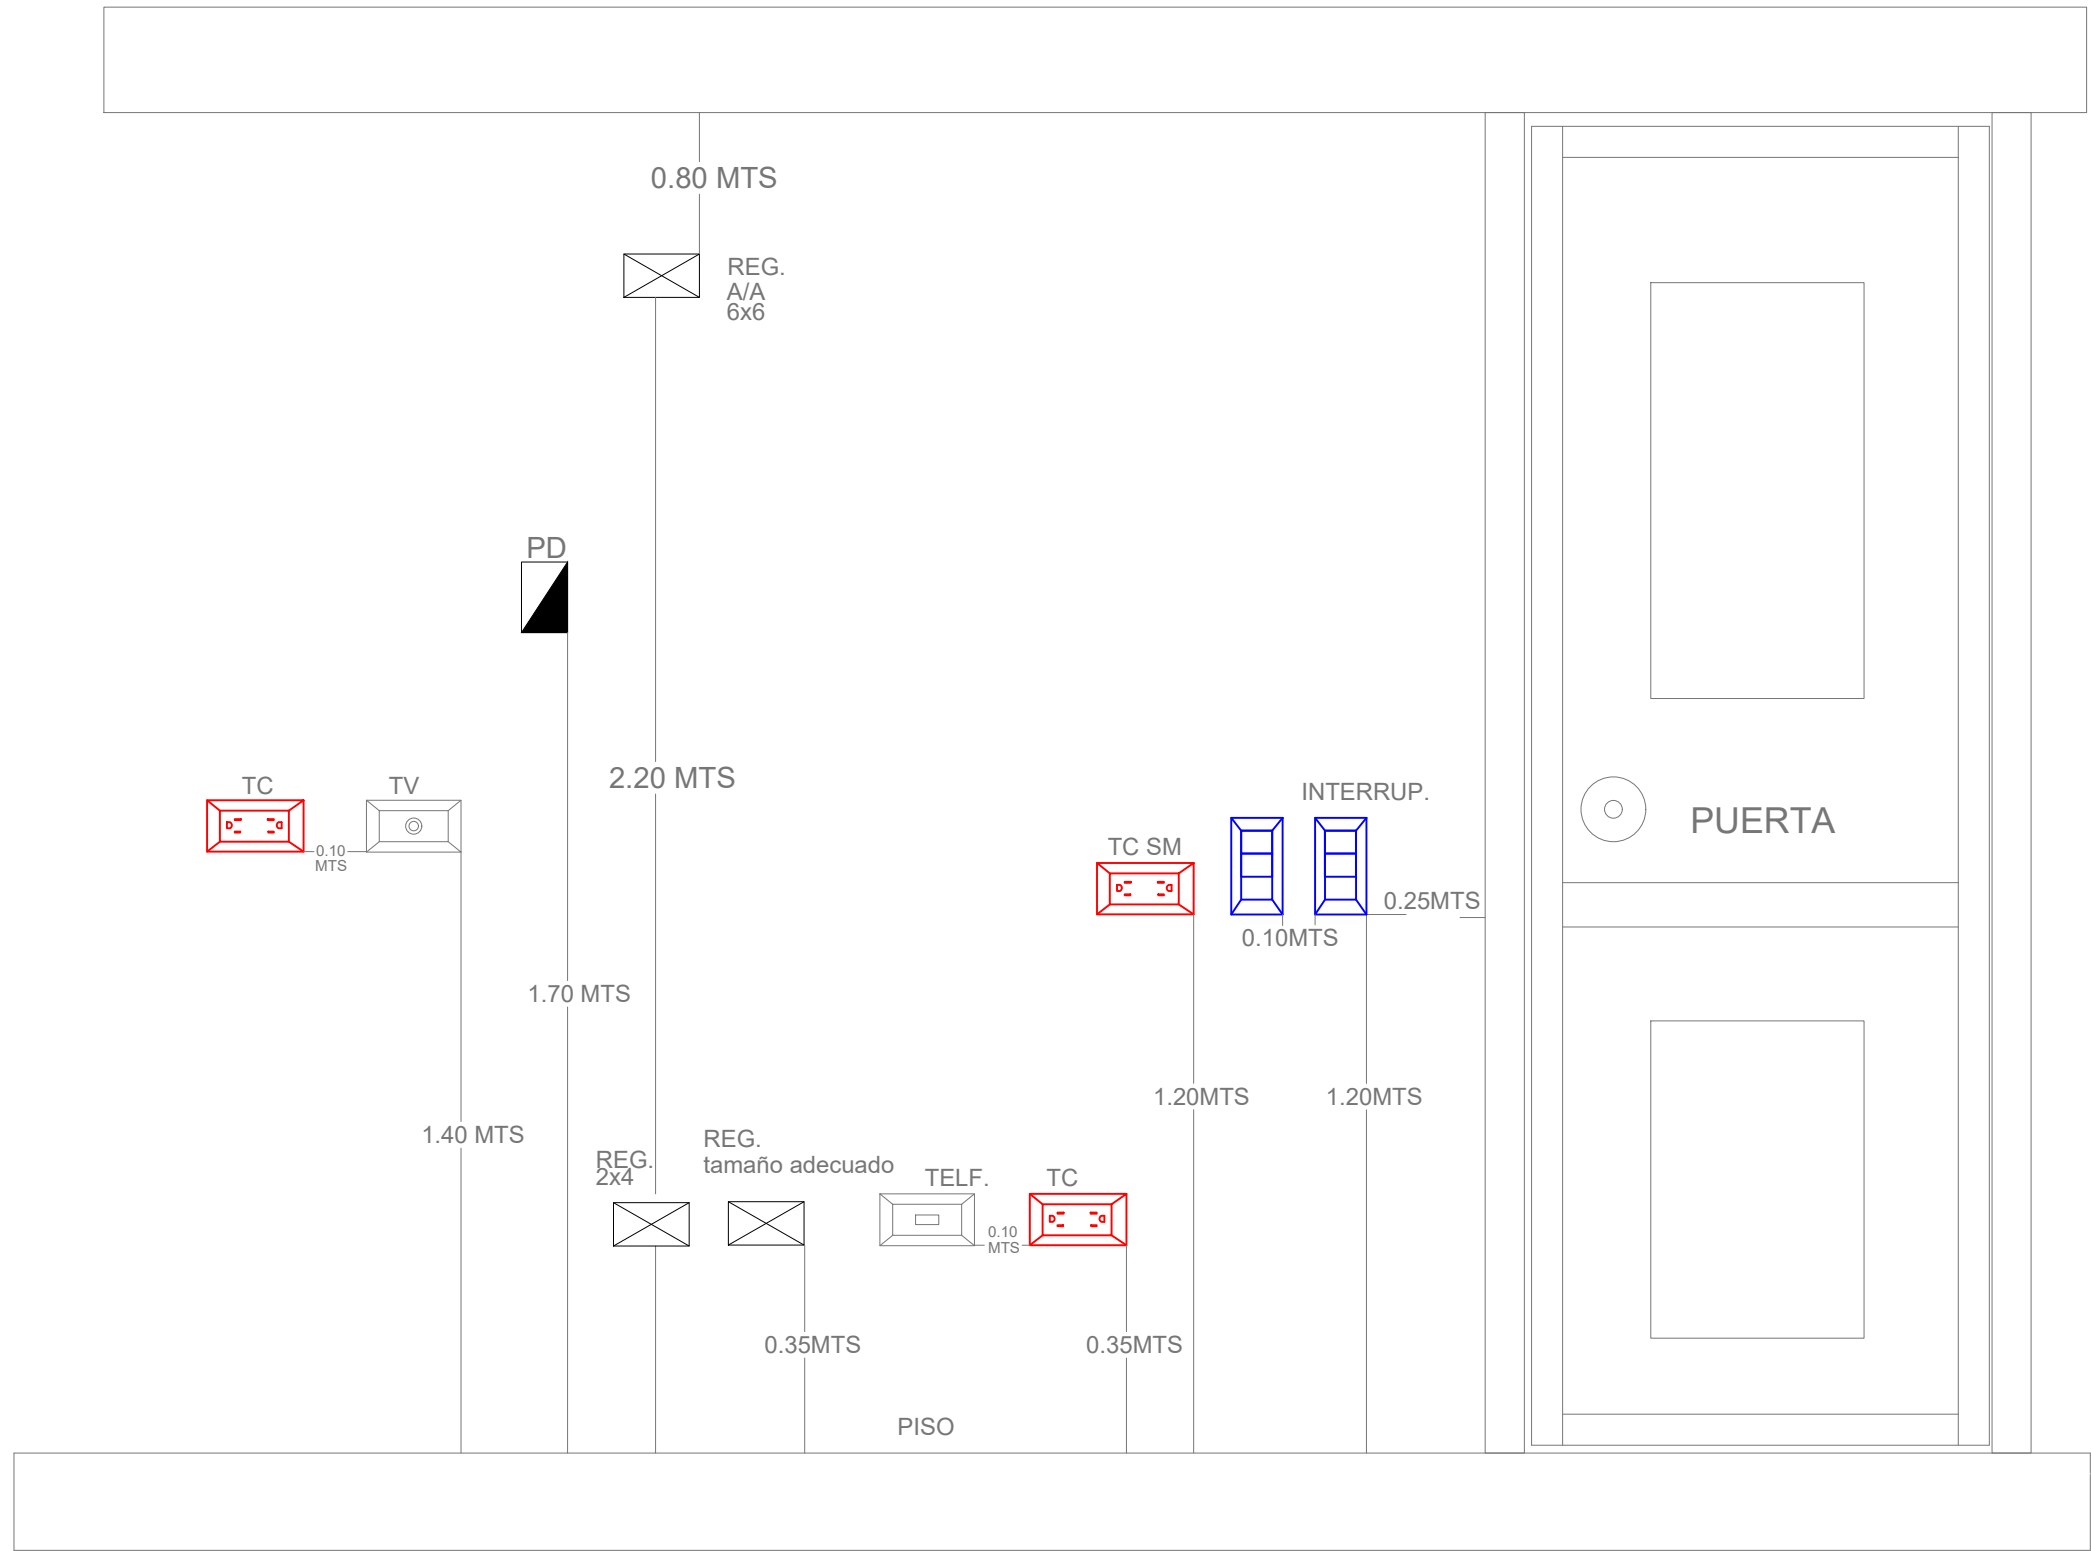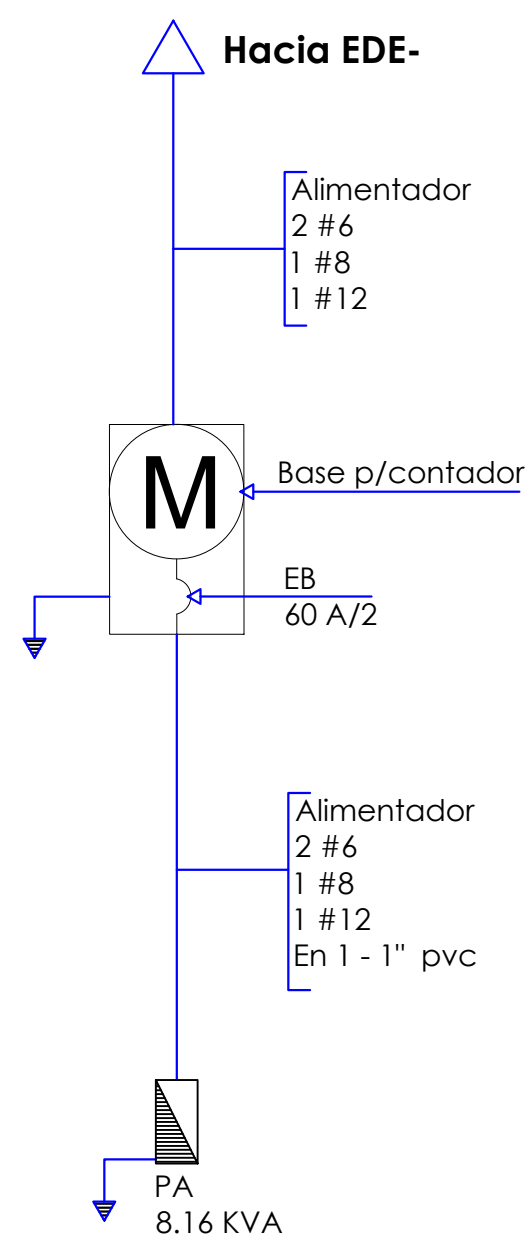

GOBIERNO DE LA
REPÚBLICA DOMINICANA

DIRECCION DE DESARROLLO
PROVINCIAL
DDP

Ave. Dr. Delgado, Esq. Moises García,
Gazcue, Sto. Dgo., R.D.
TEL.: (809)-364-2189 | FAX.: (809)- 688-1665
E-Mail: info@cpadp.gob.do

PROYECTO:

CONSTRUCCIÓN CAMPO DE BÉISBOL EL
PESCOZON, MUNICIPIO VILLA LA MATA,
PROVINCIA SANCHEZ RAMIREZ
REPUBLICA DOMINICANA

EQUIPO DE TRABAJO:

DISEÑO ARQUITECTÓNICO
ARQ.

codia 00000

ENC. INGENIERÍA

ING. FIOR DALIZA BONIFACIO
codia 00000

ESTRUCTURAL

ING.

codia 00000

ELÉCTRICO

ING. Juan Pérez
codia 00000

HIDRO-SANITARIO

ING. Francis Estévez
codia 00000

SELLO DE APROBACIÓN:

FECHA:

CONTENIDO:

DETALLE ELÉCTRICO- CAFETERÍA


ESCALA:

1:25


SEPTIEMBRE 2026

NO. PÁGINA:

042

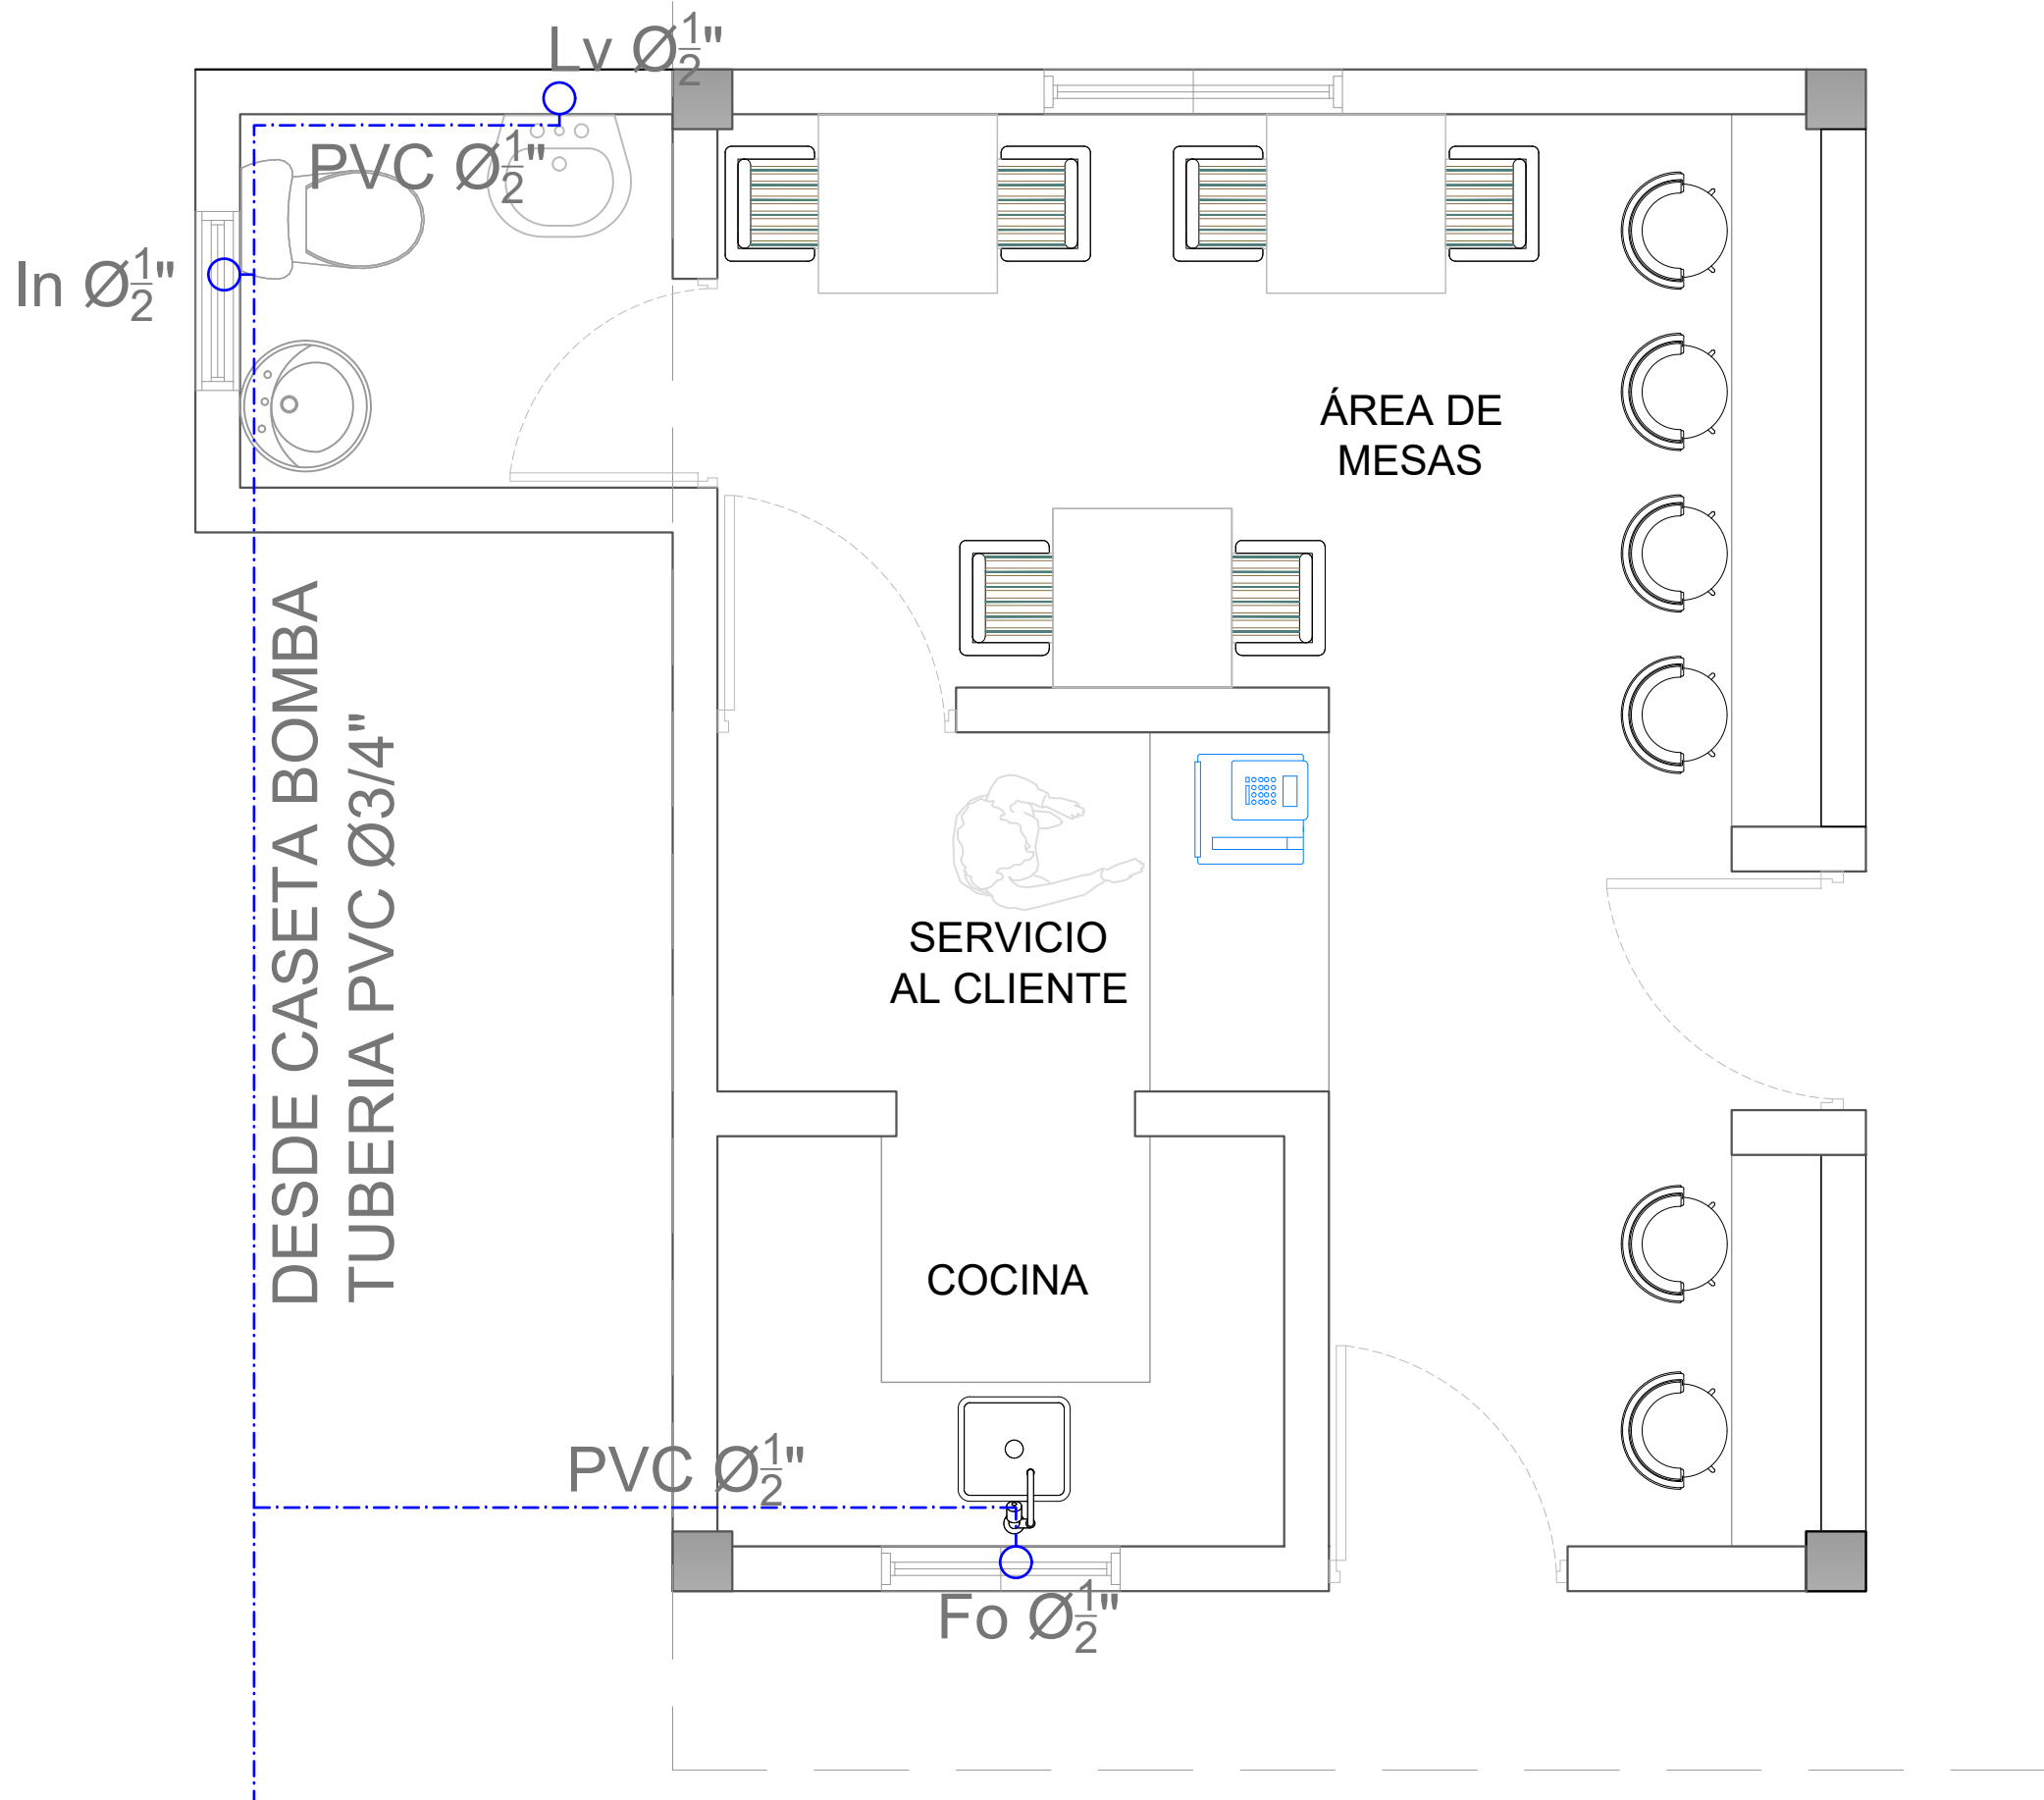

LEYENDA PLATA ELECTRICA	
SIMBOLOGÍA	NOMBRE
	Luces de Techo (BOMBILLO)
	Luces colgante tipo campana
	Luces Ojo de Buey LED 3W 72 x 72 x 23 mm
	Panel Circular Emp. LED 12W 17 cm
	Lampara Fluorescente 4x1
	Lampara Fluorescente 2x2
	Lampara Fluorescente 2x4
	Luces de Pared
	Luces de Piso
	Interruptores sencillo, 15A, 120V
	Interruptores doble, 15A, 120V
	Interruptores triple, 15A, 120V
	Interruptores 3 Way, 15A, 120V
	Interruptores 4 Way, 15A, 120V
	Interruptores Con luz piloto, 15A, 120V
	Luces en Poste
	LUCES DE ESTADIO
	Fotocelda
	Abanico de PARED
	ABANICO DE TECHO
	CONTROL DE ABANICO DE TECHO
	Toma Corriente 120V, Doble, 20A
	TOMA CORRIENTE 240V, SENCILLO, 30A
	Toma Corriente 240V, Doble, 30A
	Toma Corriente 120 de piso, Doble, 20A
	Toma Corriente 120 sobre meseta, Doble, 20A
	Toma Corriente 120 falla a tierra, Doble, 20A
	Toma Corriente 120 DE UPS, Doble, 20A
	Toma Corriente 120 DE Waterproof, Doble, 20A
	Equipos Eléctricos
	Teléfono
	Antena de Televisión
	Data
	Panel de Distribución Eléctrica
	Registro
	Tuberia Empotrada en Losa
	Tuberia Empotrada en Tierra
	Cámara

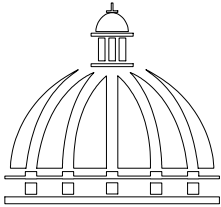

GOBIERNO DE LA
REPÚBLICA DOMINICANA

DIRECCION DE DESARROLLO
PROVINCIAL
DDP

Ave. Dr. Delgado, Esq. Moises García,
Gazcue, Sto. Dgo., R.D.
TEL.: (809)-364-2189 | FAX.: (809)- 688-1665
E-Mail: info@cpadp.gob.do

PROYECTO:
CONSTRUCCIÓN CAMPO DE BÉISBOL EL PESCOZON, MUNICIPIO VILLA LA MATA, PROVINCIA SANCHEZ RAMIREZ REPUBLICA DOMINICANA

EQUIPO DE TRABAJO:

DISEÑO ARQUITECTÓNICO
ARQ. codia 00000

ENC. INGENIERÍA
ING. FIOR DALIZA BONIFACIO
codia 00000

ESTRUCTURAL
ING. codia 00000

ELÉCTRICO
ING. Juan Pérez
codia 00000

HIDRO-SANITARIO
ING. Francis Estévez
codia 00000

SELLO DE APROBACIÓN:

FECHA: _____

CONTENIDO:

PLANTA SANITARIA


ESCALA:

1:25


SEPTIEMBRE 2026

NO. PÁGINA:

043

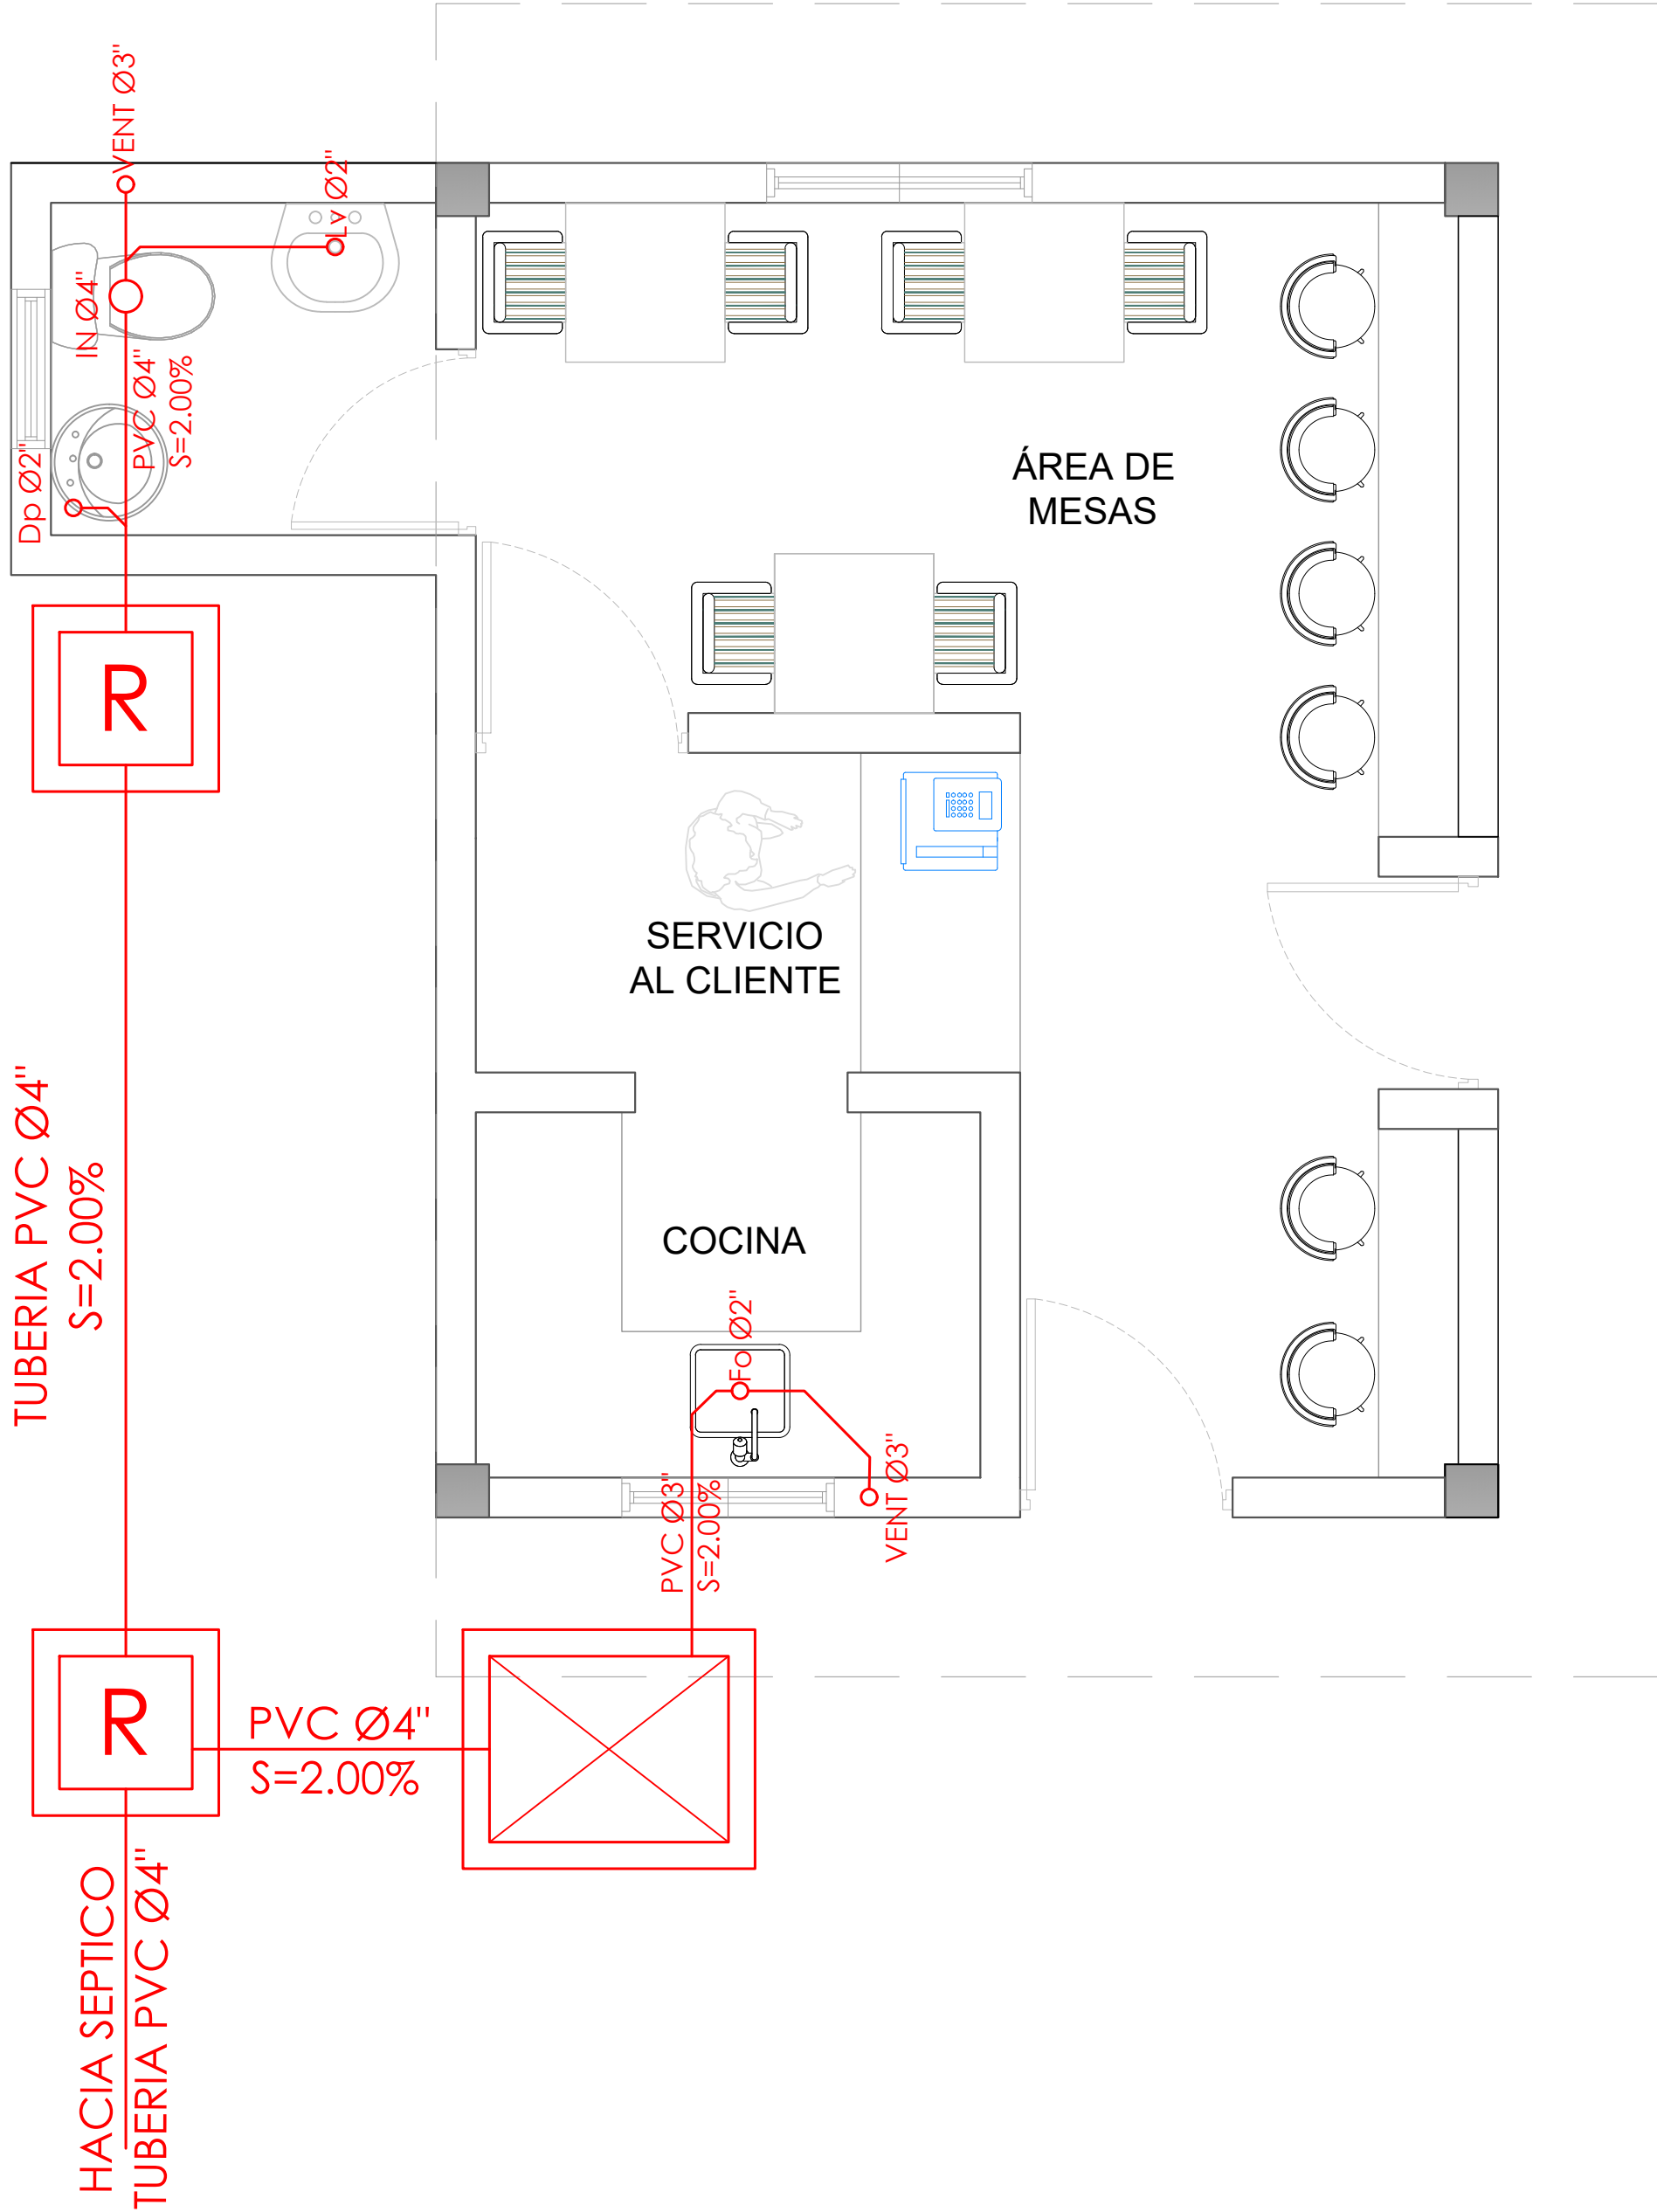

LEYENDA PLATA ELECTRICA	
SIMBOLOGÍA	NOMBRE
	Luces de Techo (BOMBILLO)
	Luces colgante tipo campana
	Luces Ojo de Buey LED 3W 72 x 72 x 23 mm
	Panel Circular Emp. LED 12W 17 cm
	Lampara Fluorescente 4x1
	Lampara Fluorescente 2x2
	Lampara Fluorescente 2x4
	Luces de Pared
	Luces de Piso
	Interruptores sencillo, 15A, 120V
	Interruptores doble, 15A, 120V
	Interruptores triple, 15A, 120V
	Interruptores 3 Way, 15A, 120V
	Interruptores 4 Way, 15A, 120V
	Interruptores Con luz piloto, 15A, 120V
	Luces en Poste
	LUCES DE ESTADIO
	Fotocelda
	Abanico de PARED
	ABANICO DE TECHO
	CONTROL DE ABANICO DE TECHO
	Toma Corriente 120V, Doble, 20A
	TOMA CORRIENTE 240V, SENCILLO, 30A
	Toma Corriente 240V, Doble, 30A
	Toma Corriente 120 de piso, Doble, 20A
	Toma Corriente 120 sobre meseta, Doble, 20A
	Toma Corriente 120 falla a tierra, Doble, 20A
	Toma Corriente 120 DE UPS, Doble, 20A
	Toma Corriente 120 DE Waterproof, Doble, 20A
	Equipos Eléctricos
	Teléfono
	Antena de Televisión
	Data
	Panel de Distribución Eléctrica
	Registro
	Tuberia Empotrada en Losa
	Tuberia Empotrada en Tierra
	Cámara

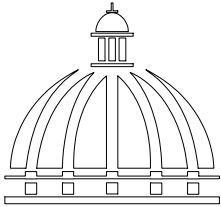

GOBIERNO DE LA
REPÚBLICA DOMINICANA

DIRECCION DE DESARROLLO
PROVINCIAL
DDP

Ave. Dr. Delgado, Esq. Moisés García,
Gazcue, Sto. Dgo., R.D.
TEL.: (809)-364-2189 | FAX.: (809)- 688-1665
E-Mail: info@cpadp.gob.do

PROYECTO:

CONSTRUCCIÓN CAMPO DE BÉISBOL EL
PESCOZON, MUNICIPIO VILLA LA MATA,
PROVINCIA SANCHEZ RAMIREZ
REPUBLICA DOMINICANA

EQUIPO DE TRABAJO:

DISEÑO ARQUITECTÓNICO
ARQ.

codia 00000

ENC. INGENIERÍA

ING. FIOR DALIZA BONIFACIO

codia 00000

ESTRUCTURAL

ING.

codia 00000

ELÉCTRICO

ING. Juan Pérez

codia 00000

HIDRO-SANITARIO

ING. Francis Estévez

codia 00000

SELLO DE APROBACIÓN:

FECHA:

CONTENIDO:

PLANTA SANITARIA

ESCALA:

1:25

SEPTIEMBRE 2026

NO. PÁGINA:

044