


PROYECTO:




"CONSTRUCCIÓN DE CAMPO DE BÉISBOL LOS AMIGUITOS"

MUNICIPIO DE SANTO DOMINGO NORTE, SECTOR CRUZ GRANDE
República Dominicana,

SEPTIEMBRE 2025

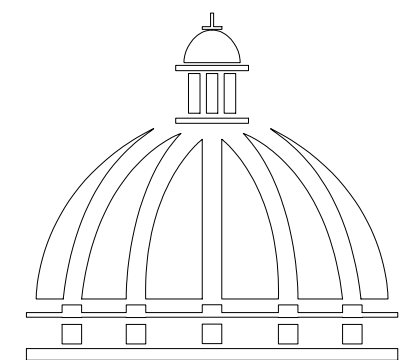

**GOBIERNO DE LA
REPÚBLICA DOMINICANA**

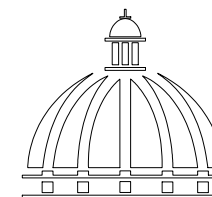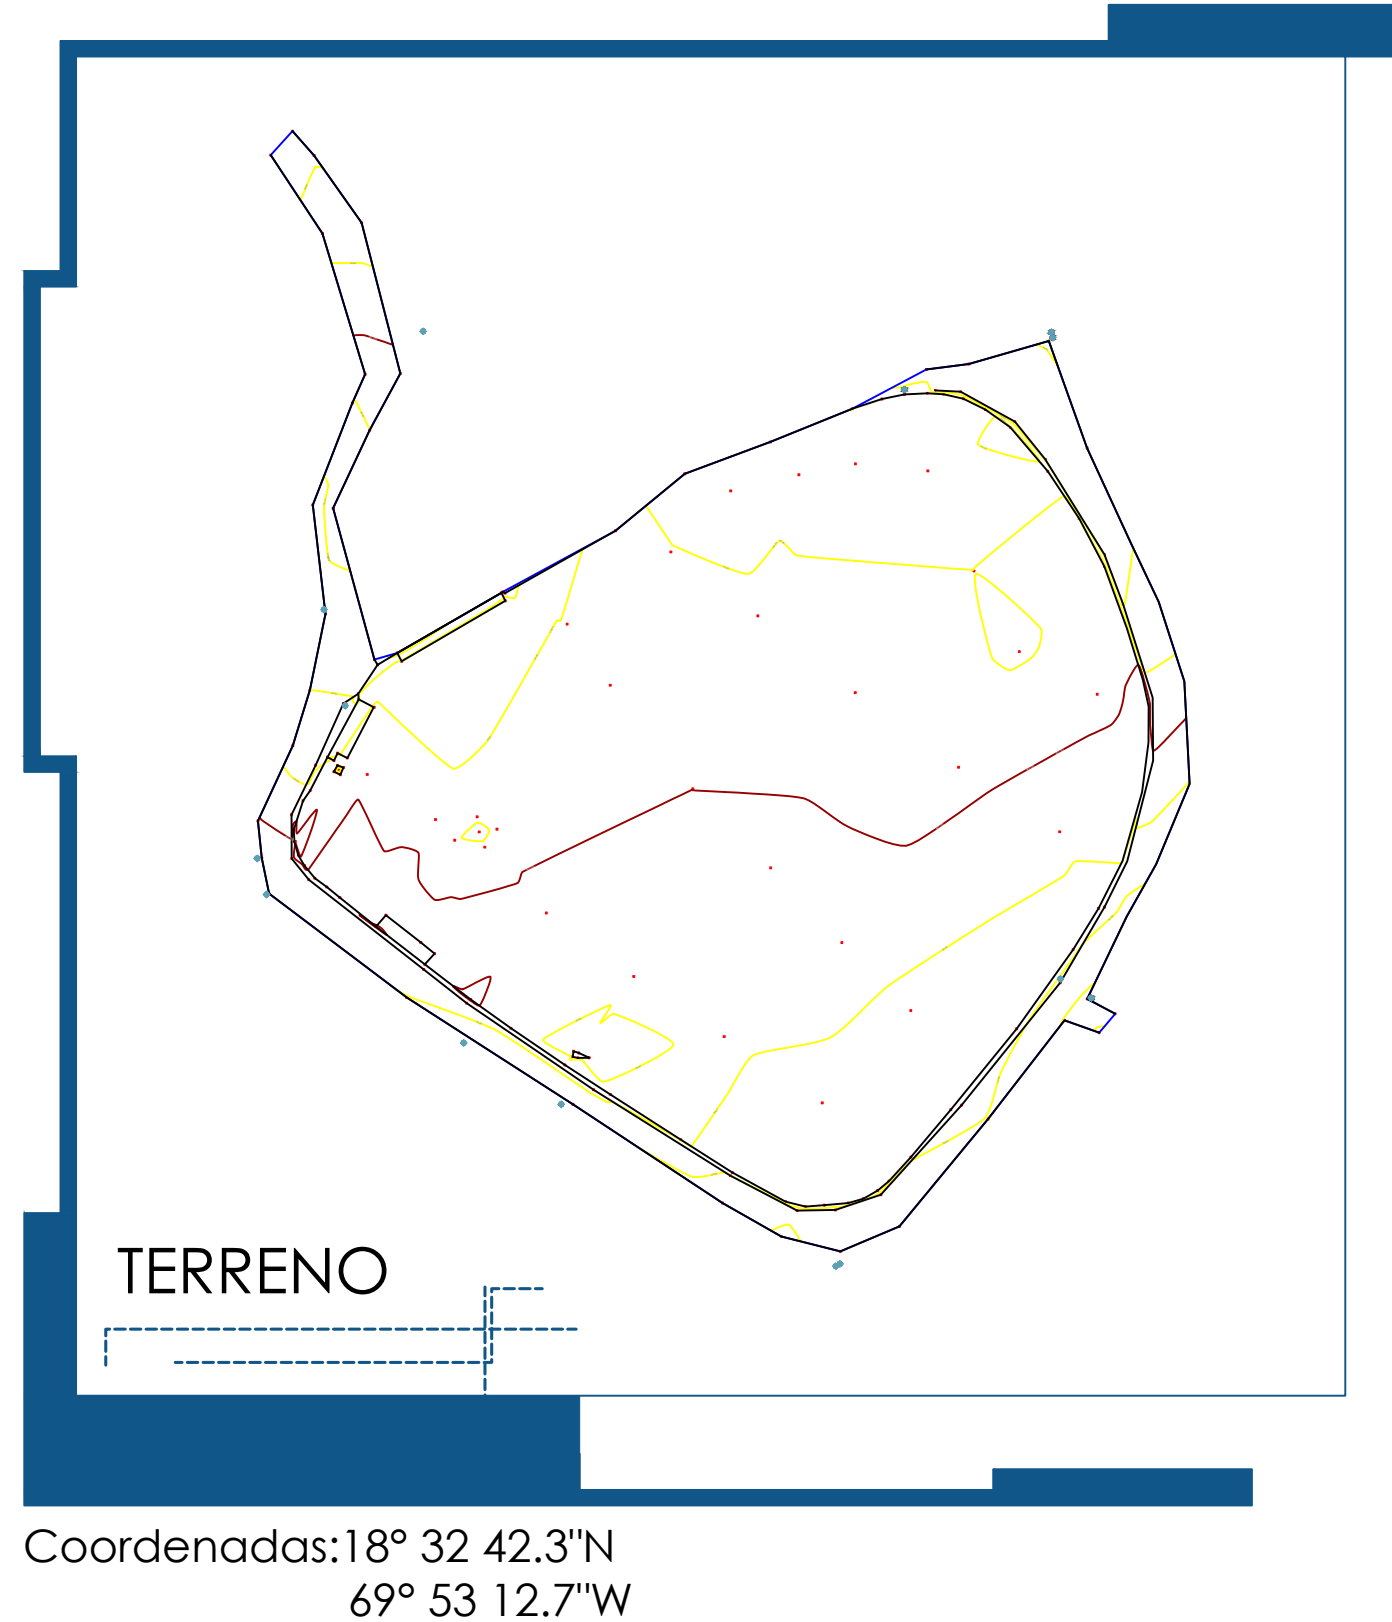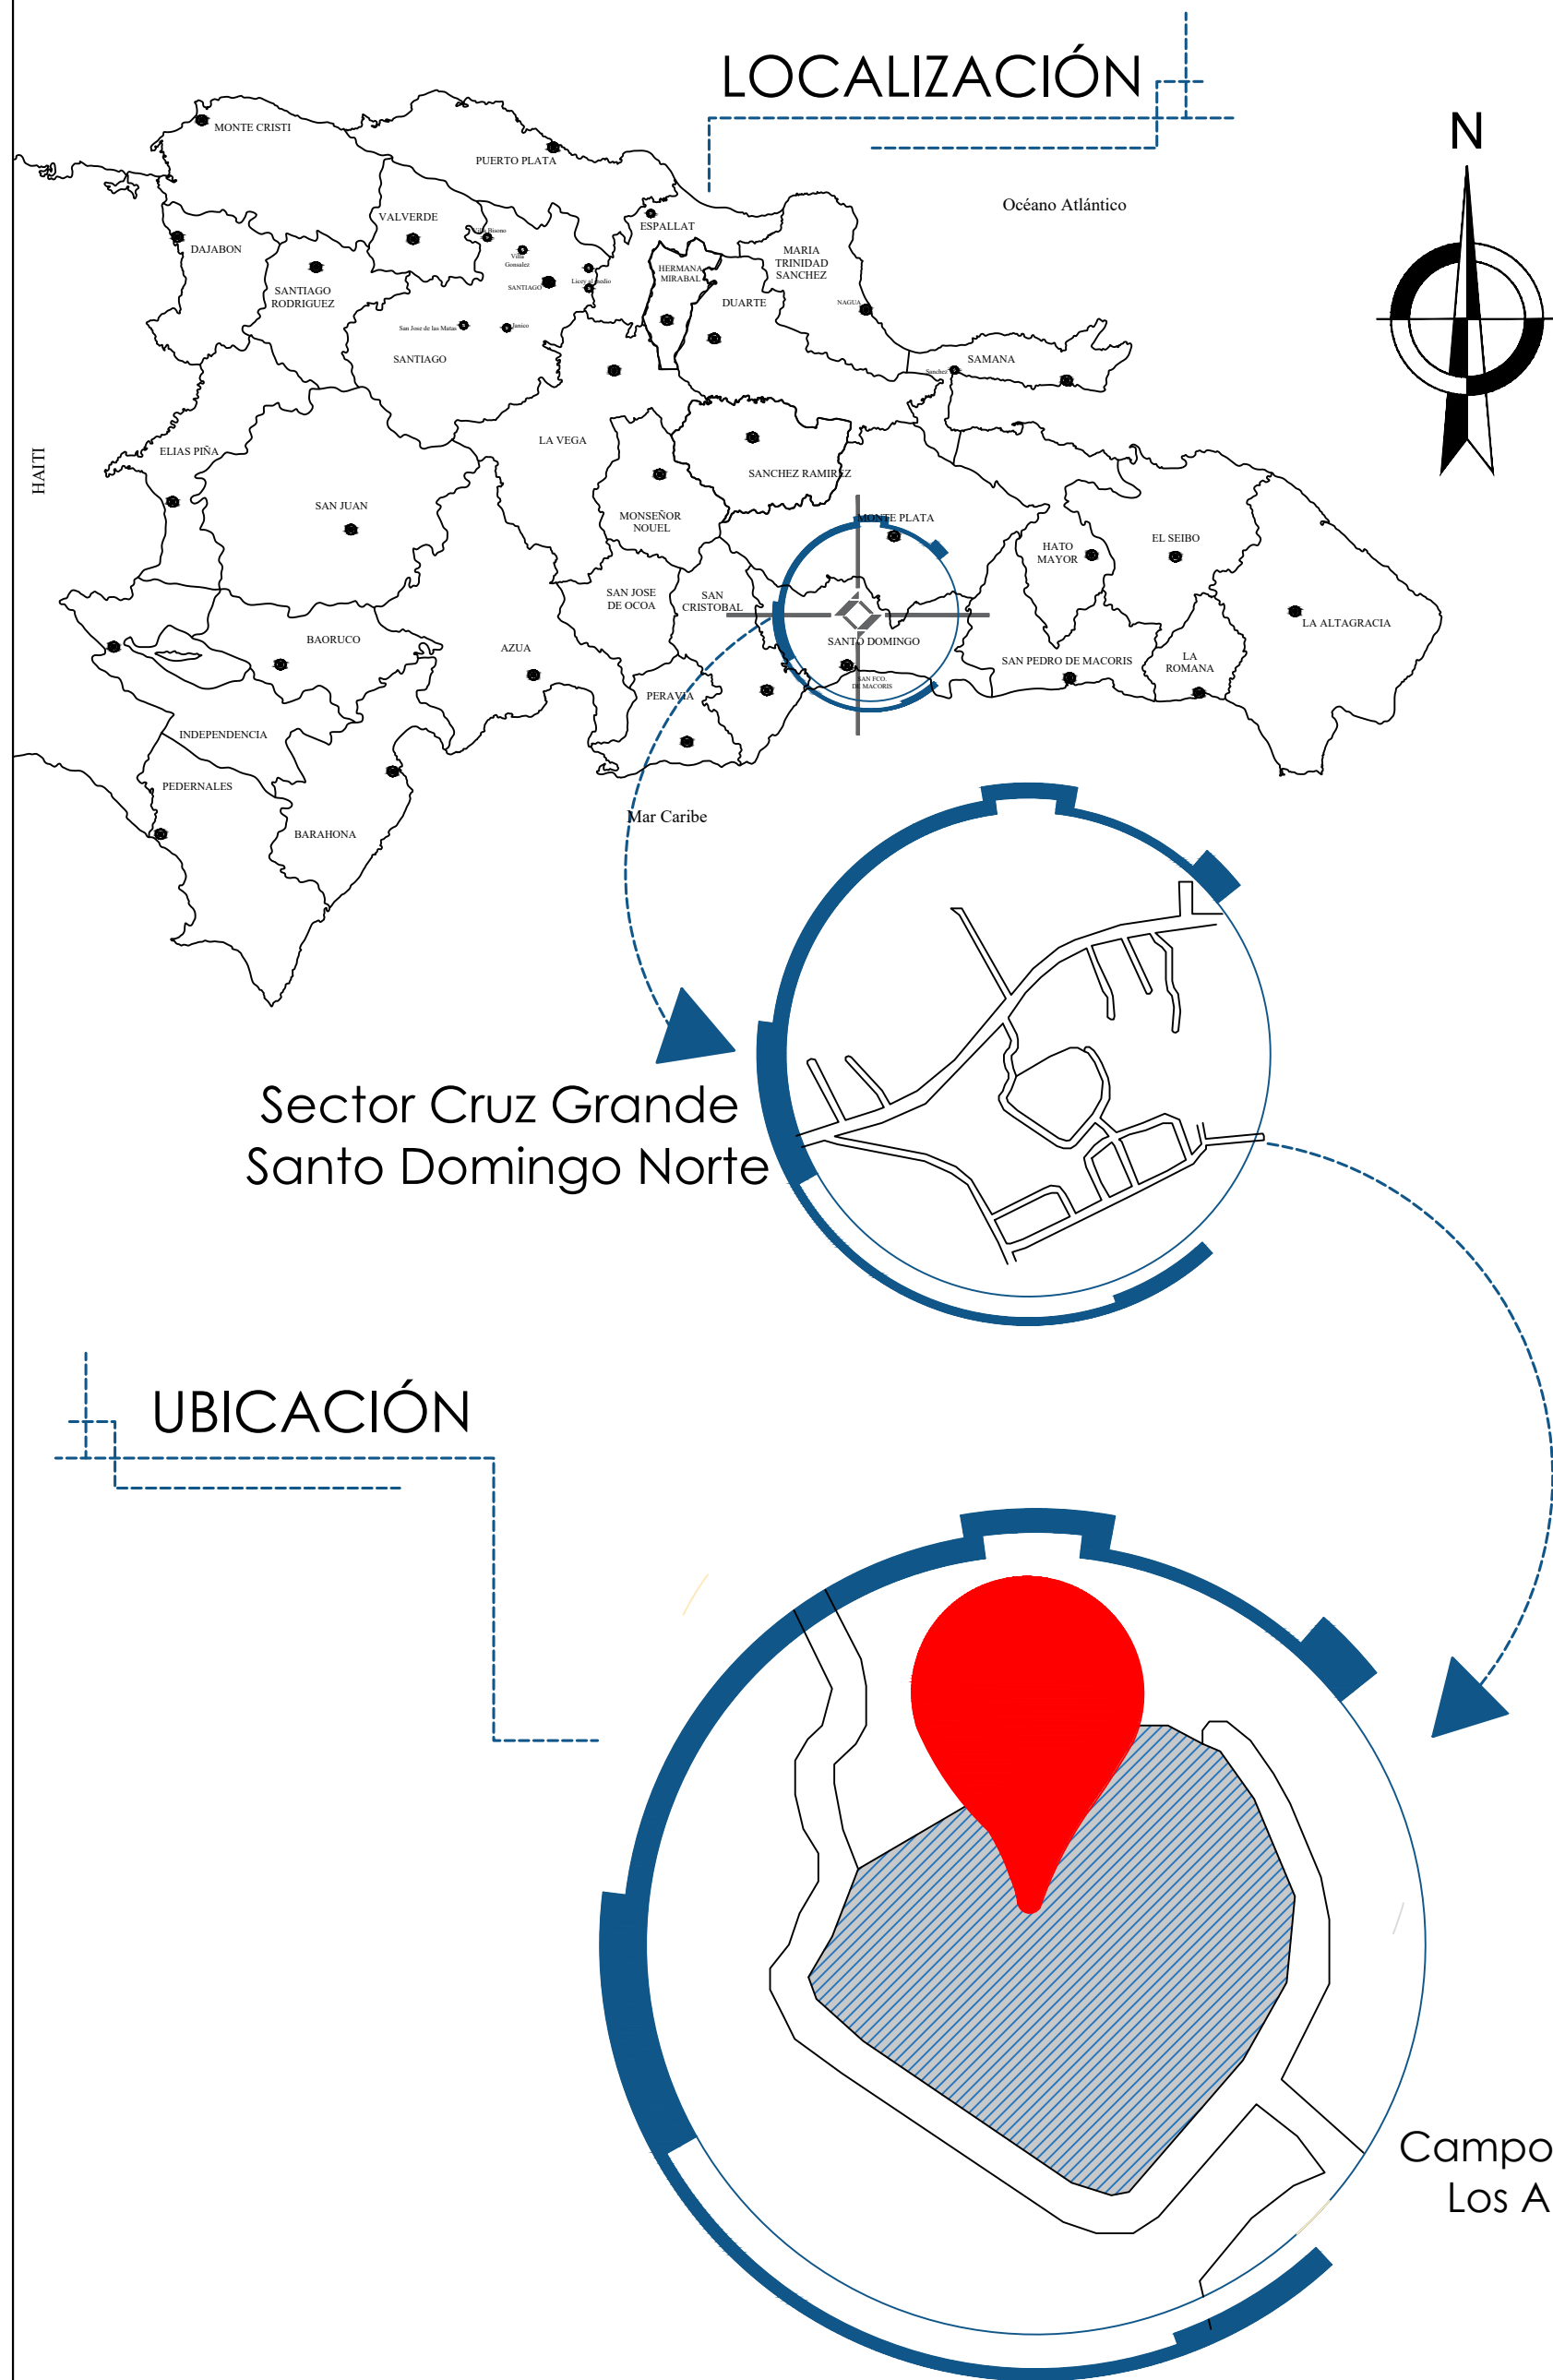

GOBIERNO DE LA
REPÚBLICA DOMINICANA

COMISIÓN PRESIDENCIAL
DE APOYO AL DESARROLLO
PROVINCIAL

Ave. Dr. Delgado, Esq. Moisés García,
Gazcue, Sto. Dgo., R.D.
TEL.: (809)-364-2189 | FAX.: (809)- 688-1665
E-Mail: info@cpadp.gob.do

PROYECTO:
Construcción campo de Béisbol
Los Amiguitos, sector Cruz Grande

Municipio Santo Domingo Norte
República Dominicana

EQUIPO DE TRABAJO:

DISEÑO ARQUITECTÓNICO
ARQ.

codia 00000

ENC. INGENIERÍA
ING. Fior Daliza Bonifacio
codia 00000

ESTRUCTURAL
ING.

codia 00000

ELÉCTRICO
ING.

codia 00000

HIDRO-SANITARIO
ING.

codia 00000

SELLO DE APROBACIÓN:

CONTENIDO:

PLANO DE UBICACION Y
LOCALIZACION


ESCALA:

1:100

Septiembre 2026

NO. PÁGINA:


001

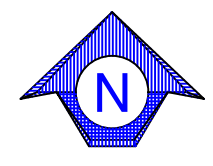

LEYENDA

SIMBOLO	DESCRIPCION
	Señal Transitó
	Arbol
	Monumentos de Control
	Puntos de Control
	Poste de Luz
	Poste Alta tensión
	Edificaciones
	Borde Asfalto
	Borde Carretera
	Camino en Tierra
	Acera
	Ejes
	Alcantarillas con Cabezal
	Alcantarillas sin Cabezal
	Alambrada
	Canal
	Malla Ciclonica
	Rio, cañada, et
	Tubería
	Tubería Enterrada
	Verja, Cerca
	Vegetación
SIMBOLO	
	POSTE EXISTENTE
	TRANSFORMADOR TIPO POSTE EXISTENTE
	TRANSFORMADOR PAD MOUNTED EXISTENTE
	TRANSFORMADOR SUMERGIBLE PROPUESTO
	LUMINARIA EXISTENTE TIPO COBRA
	MEDIDOR DE KW/H
	SISTEMA DE MEDIDA CONCENTRADA
	REGISTRO ELECTRICO DE MEDIA TENSION
	REGISTRO ELECTRICO DE BAJA TENSION
	PROTECCION (BREAKER)
	PANEL DE DISTRIBUCION

DIRECCION DE DESARROLLO
PROVINCIAL
DDP

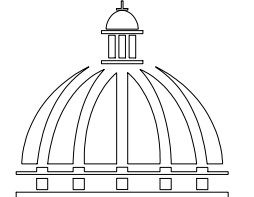

GOBIERNO DE LA
REPÚBLICA DOMINICANA

Ave. Dr. Delgado, Esq. Moises Garcia,
Gazcue, Sto. Dgo., R.D.
TEL.: (809)-364-2189 | FAX.: (809)- 688-1665
E-Mail: info@cpadp.gob.do

PROYECTO:
**Construcción campo de Béisbol
Los Amiguitos, sector Cruz Grande**

Municipio Santo Domingo Norte
República Dominicana

EQUIPO DE TRABAJO:

DISEÑO ARQUITECTÓNICO

codia 00000

ENC. INGENIERÍA

ING. Fior Daliza Bonifacio
codia 00000

ESTRUCTURAL

ING.
codia 00000

ELÉCTRICO

ING. JUAN PÉREZ
codia 00000

HIDRO-SANITARIO

ING. FRANCIS ESTEVEZ
codia 00000

SELLO DE APROBACIÓN:

CONTENIDO:

LEVANTAMIENTO TOPOGRÁFICO


ESCALA:

1:300


Septiembre 2026

NO. PÁGINA:

002

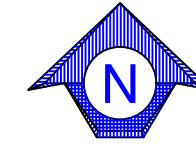

DIRECCION DE DESARROLLO
PROVINCIAL
DDP

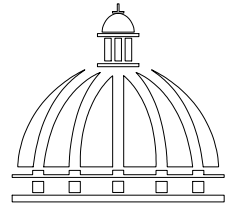

GOBIERNO DE LA
REPÚBLICA DOMINICANA

Ave. Dr. Delgado, Esq. Moises Garcia,
Gazcue, Sto. Dgo., R.D.
TEL.: (809)-364-2189 | FAX.: (809)- 688-1665
E-Mail: info@cpadp.gob.do

PROYECTO:
**Construcción campo de Béisbol
Los Amiguitos, sector Cruz Grande**

Municipio Santo Domingo Norte
República Dominicana

EQUIPO DE TRABAJO:

DISEÑO ARQUITECTÓNICO

codia 00000

ENC. INGENIERÍA

ING. Fior Daliza Bonifacio
codia 00000

ESTRUCTURAL

ING.

codia 00000

ELÉCTRICO

ING. JUAN PÉREZ
codia 00000

HIDRO-SANITARIO

ING. FRANCIS ESTEVEZ
codia 00000

SELLO DE APROBACIÓN:

CONTENIDO:

LEVANTAMIENTO FOTOGRÁFICO
EXISTENTE


ESCALA:

N/A


Septiembre 2026

NO. PÁGINA:


003

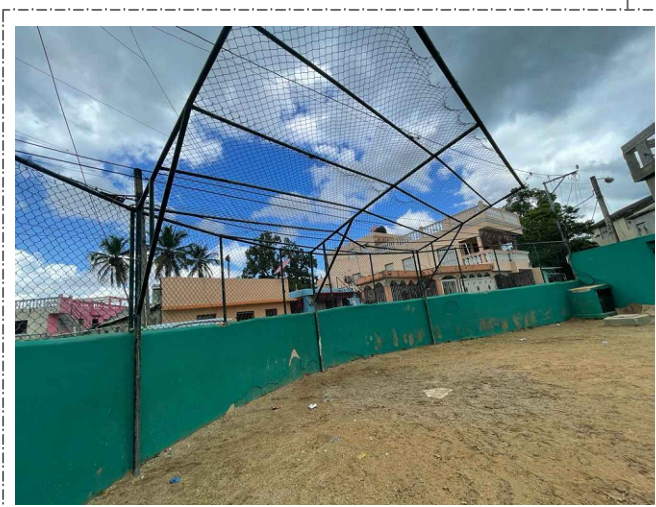

LEVANTAMIENTO FOTOGRÁFICO DE LO EXISTENTE
ESC. 1:100

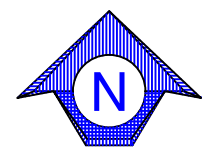

DIRECCION DE DESARROLLO
PROVINCIAL
DDP

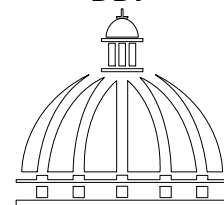

GOBIERNO DE LA
REPÚBLICA DOMINICANA

Ave. Dr. Delgado, Esq. Moises Garcia,
Gazcue, Sto. Dgo., R.D.
TEL.: (809)-364-2189 | FAX.: (809)- 688-1665
E-Mail: info@cpadp.gob.do

PROYECTO:
**Construcción campo de Béisbol
Los Amiguitos, sector Cruz Grande**

Municipio Santo Domingo Norte
República Dominicana

EQUIPO DE TRABAJO:

DISEÑO ARQUITECTÓNICO
codia 00000

ENC. INGENIERÍA
ING.Fior Daliza Bonifacio
codia 00000

ESTRUCTURAL
ING.
codia 00000

ELÉCTRICO
ING. JUAN PÉREZ
codia 00000

HIDRO-SANITARIO
ING. FRANCIS ESTEVEZ
codia 00000

SELLO DE APROBACIÓN:

CONTENIDO:
**PLANTA DE DEMOLICIÓN
Y CAMBIOS**



ESCALA:
1:300

Septiembre 2026

NO. PÁGINA:
004

LEYENDA		
	Construcción a demoler	42.28 m2
	Muro Perimetral	213.04 ml


NOTA: Construcción a demoler los Dogouts, gradas, casetas de bomba y Verja perimetral.

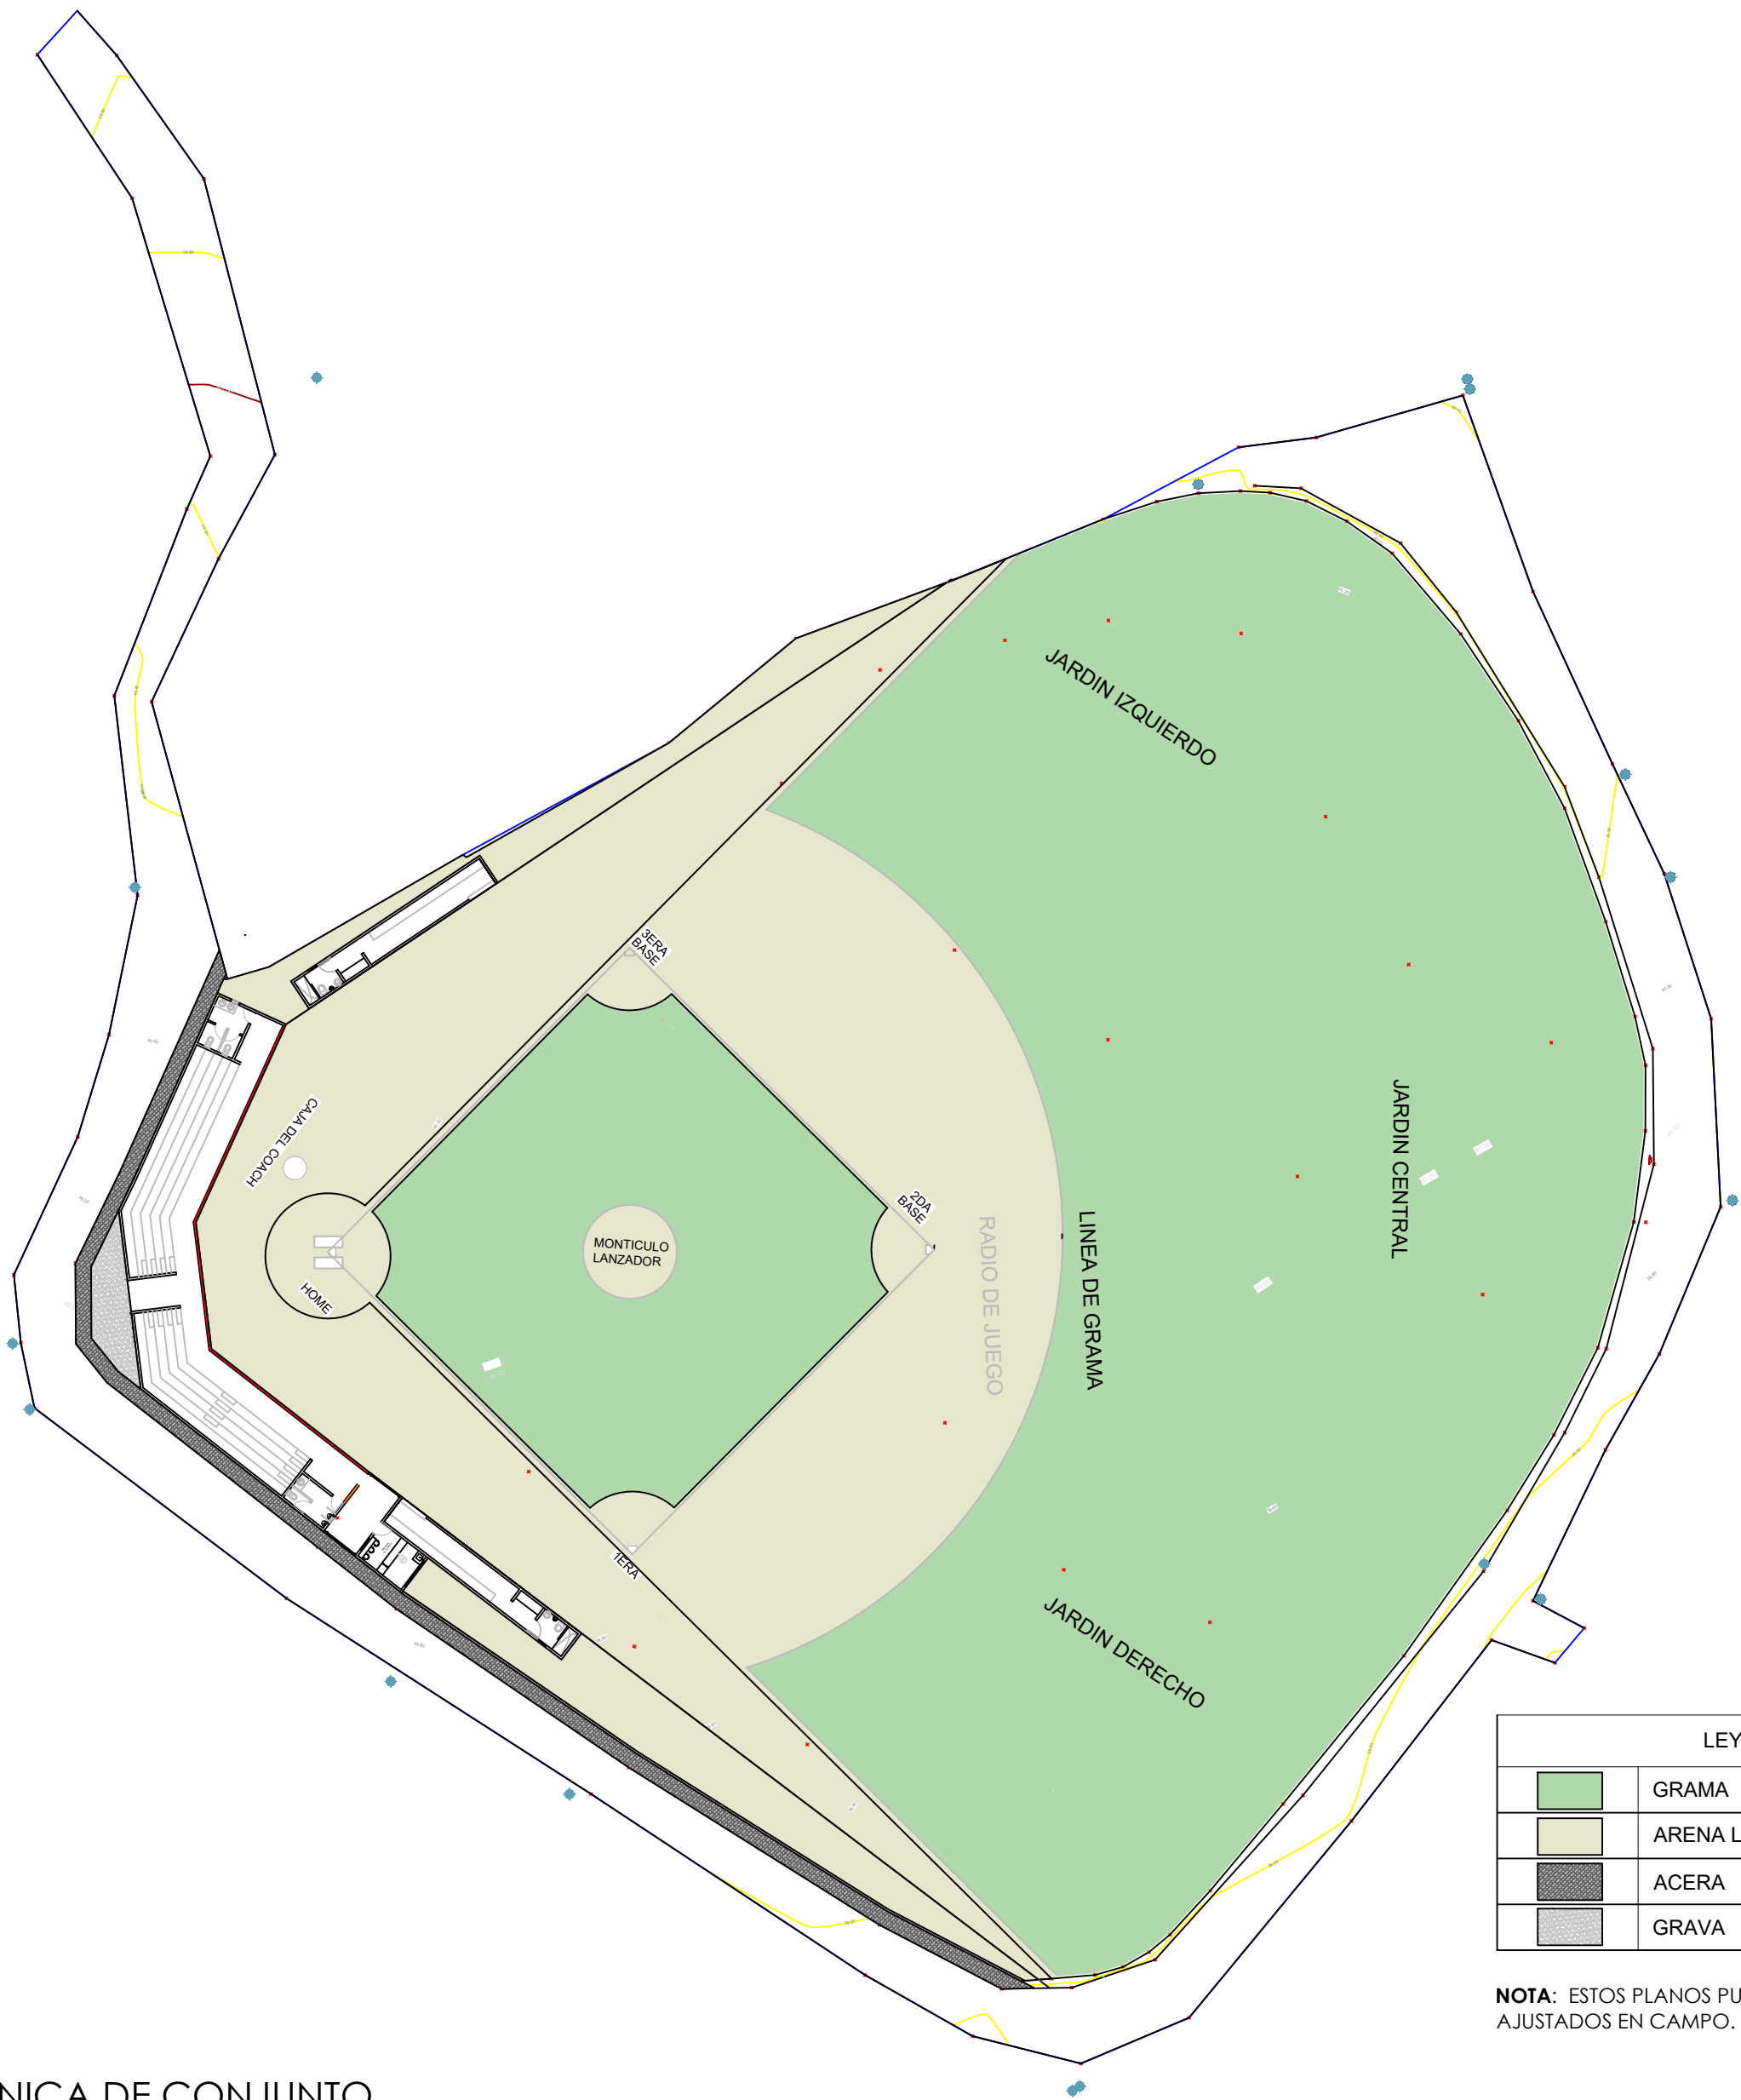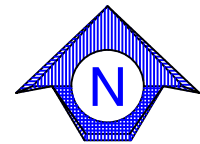

LEYENDA		
	GRAMA	3,869.83 m2
	ARENA LIMOSA	1,845.36 m2
	ACERA	99.16 M2
	GRAVA	20.34 M2

NOTA: ESTOS PLANOS PUEDEN SER MODIFICADOS Y/O AJUSTADOS EN CAMPO.

DIRECCION DE DESARROLLO
PROVINCIAL
DDP

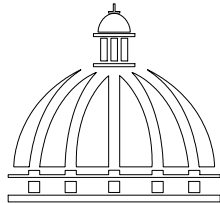

GOBIERNO DE LA
REPÚBLICA DOMINICANA

Ave. Dr. Delgado, Esq. Moises Garcia,
Gazcue, Sto. Dgo., R.D.
TEL.: (809)-364-2189 | FAX.: (809)- 688-1665
E-Mail: info@cpadp.gob.do

PROYECTO:
**Construcción campo de Béisbol
Los Amiguitos, sector Cruz Grande**

Municipio Santo Domingo Norte
República Dominicana

EQUIPO DE TRABAJO:
DISEÑO ARQUITECTÓNICO
codia 00000

ENC. INGENIERÍA
ING. Fior Daliza Bonifacio
codia 00000

ESTRUCTURAL
ING.
codia 00000

ELÉCTRICO
ING. JUAN PÉREZ
codia 00000

HIDRO-SANITARIO
ING. FRANCIS ESTEVEZ
codia 00000

SELLO DE APROBACIÓN:

CONTENIDO:
**PLANTA ARQUITECTÓNICA
DE CONJUNTO**

ESCALA:
1:300

Septiembre 2026



NO. PÁGINA:

005




PLANTA ARQUITECTÓNICA DE CONJUNTO

ESC. 1:100

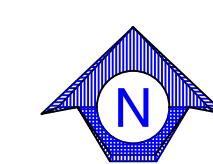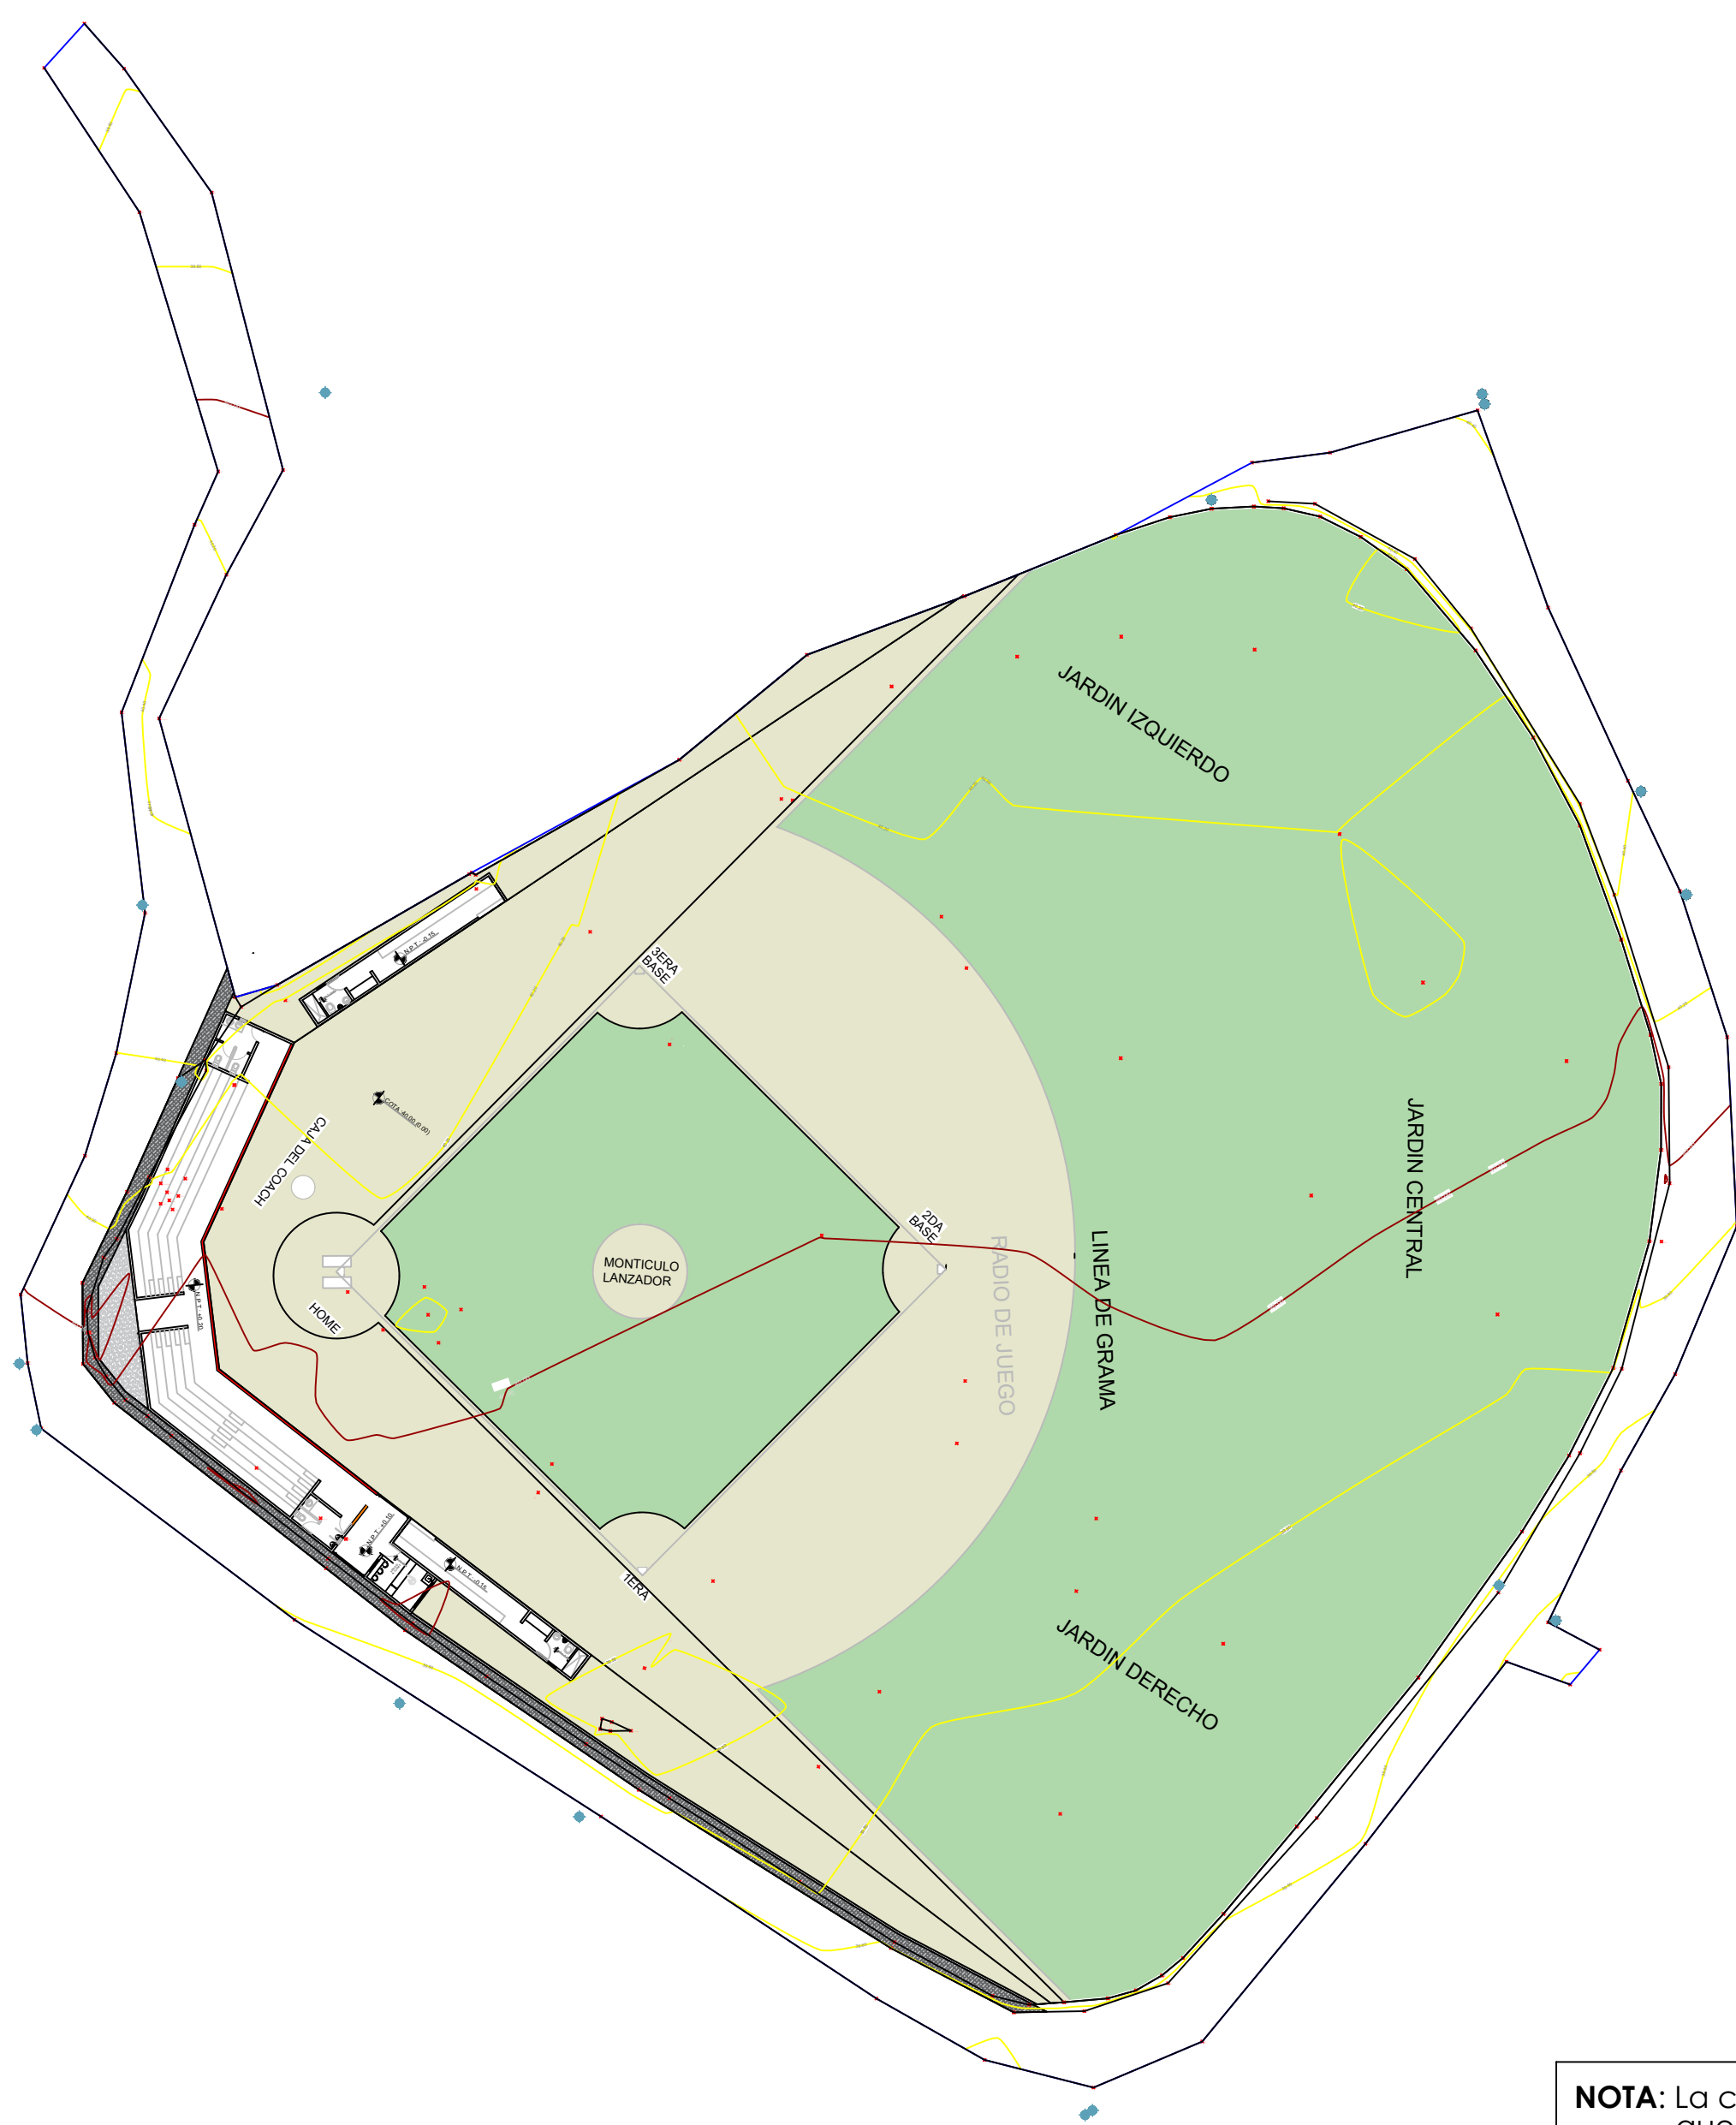

NOTA: La cota de Diseño a tomar en cuenta (40.00) que es la cota 0.00.

DIRECCION DE DESARROLLO PROVINCIAL DDP

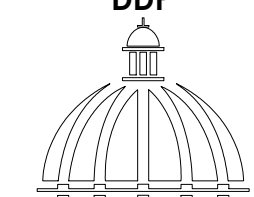

GOBIERNO DE LA REPÚBLICA DOMINICANA

Ave. Dr. Delgado, Esq. Moises Garcia, Gazcue, Sto. Dgo., R.D.
TEL.: (809)-364-2189 | FAX.: (809)- 688-1665
E-Mail: info@cpadp.gob.do

PROYECTO:
Construcción campo de Béisbol Los Amiguitos, sector Cruz Grande

Municipio Santo Domingo Norte
República Dominicana

EQUIPO DE TRABAJO:	
DISEÑO ARQUITECTÓNICO	
	codia 00000
ENC. INGENIERÍA	
ING.Fior Daliza Bonifacio	codia 00000
ESTRUCTURAL	
ING.	codia 00000
ELÉCTRICO	
ING. JUAN PÉREZ	codia 00000
HIDRO-SANITARIO	
ING. FRANCIS ESTEVEZ	codia 00000


SELLO DE APROBACIÓN:

CONTENIDO:
LEVANTAMIENTO TOPOGRÁFICO

ESCALA:
1:100

Septiembre 2026



NO. PÁGINA:
006

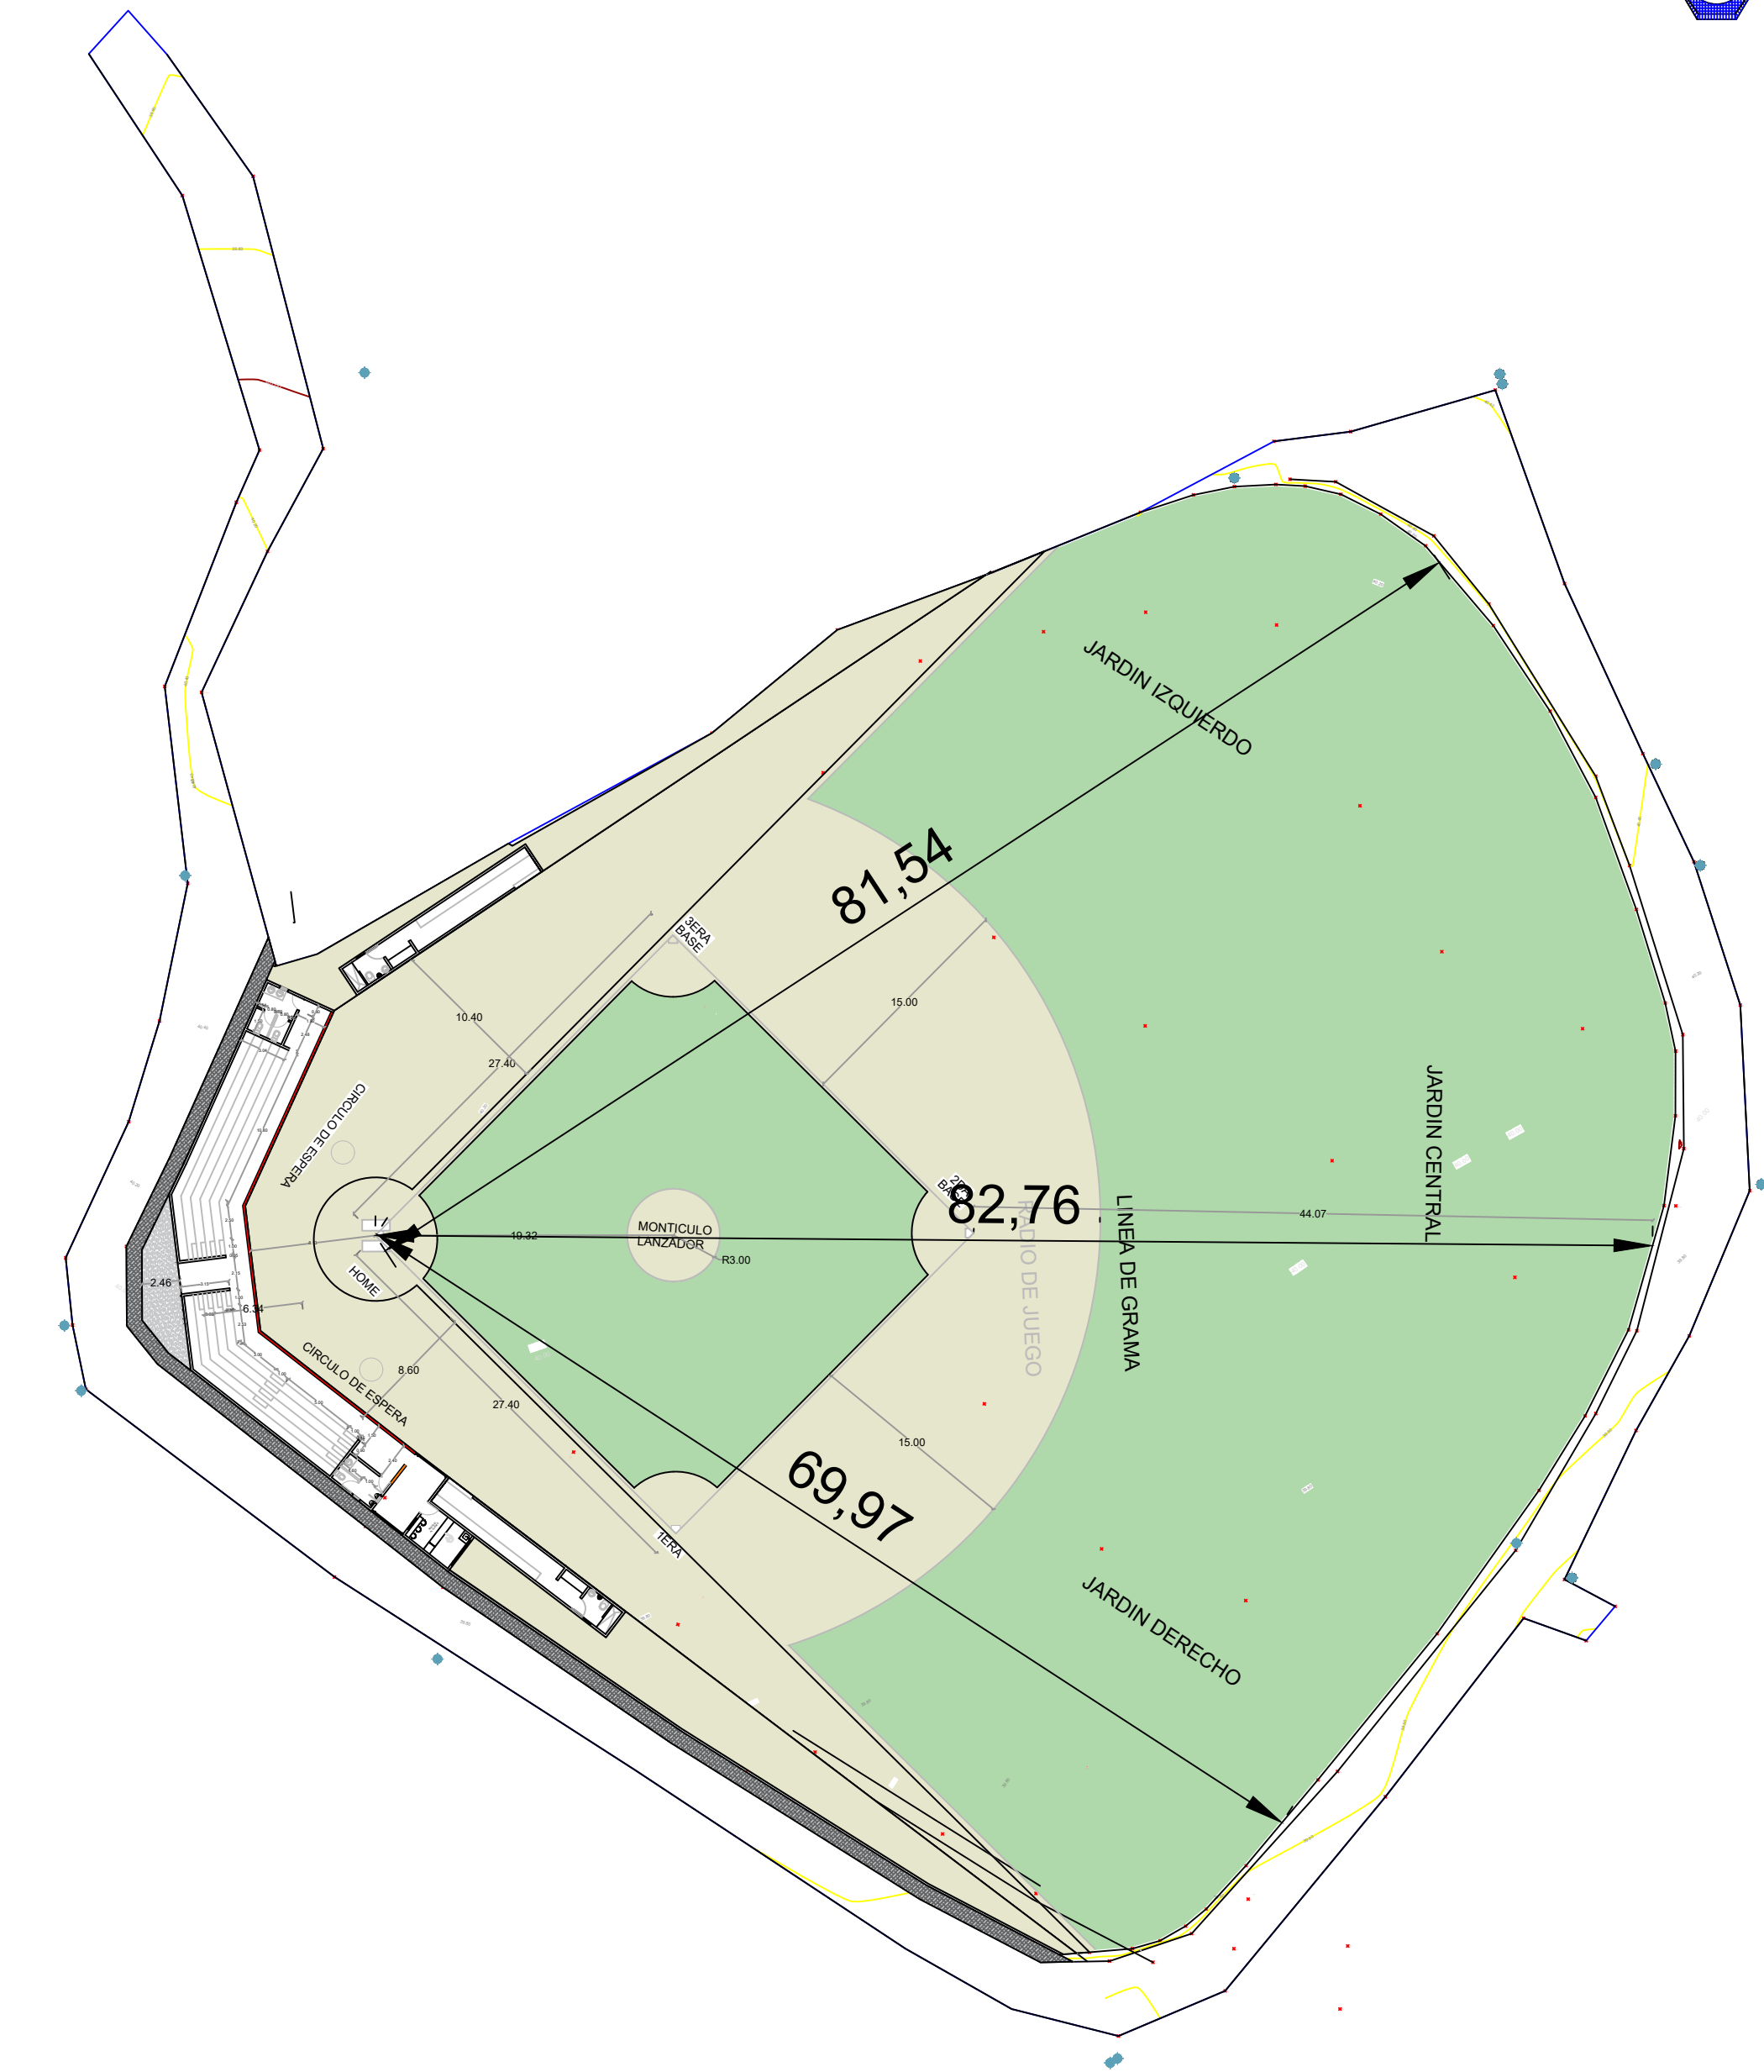


PLANTA ARQUITECTÓNICA DE CONJUNTO DIMENSIONADA

ESC. 1:100


NOTA: ESTOS PLANOS PUEDEN SER MODIFICADOS Y/O AJUSTADOS EN CAMPO.

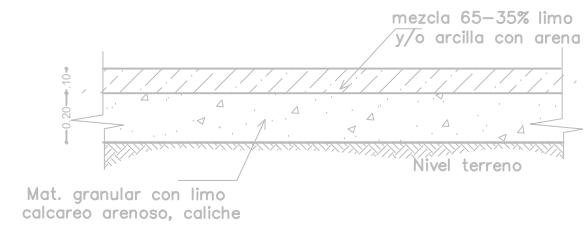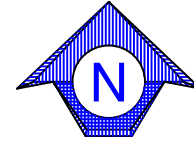


Det. Terreno Media Luna

 


Det. Placa Lanzador

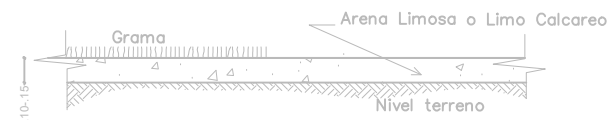

Det. Terreno Cuadro Int. y jardines (no incluye media luna)

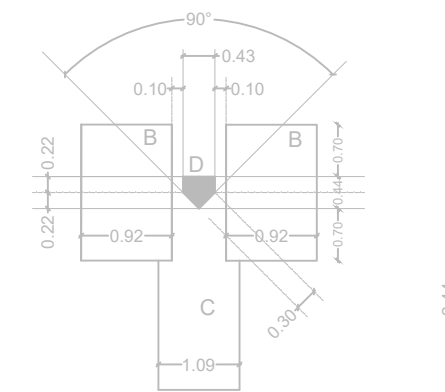


Trazado

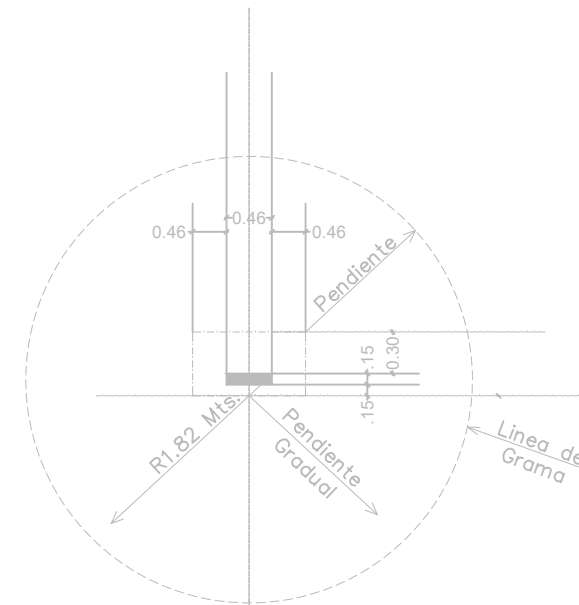

Trazado Lanzador

DIRECCION DE DESARROLLO PROVINCIAL DDP

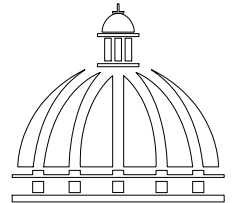

GOBIERNO DE LA REPÚBLICA DOMINICANA

Ave. Dr. Delgado, Esq. Moises Garcia, Gazcue, Sto. Dgo., R.D.
TEL.: (809)-364-2189 | FAX.: (809)- 688-1665
E-Mail: info@cpadp.gob.do

PROYECTO:
Construcción campo de Béisbol Los Amiguitos, sector Cruz Grande

Municipio Santo Domingo Norte
República Dominicana

EQUIPO DE TRABAJO:

DISEÑO ARQUITECTÓNICO

codia 00000

ENC. INGENIERÍA

ING. Fior Daliza Bonifacio
codia 00000

ESTRUCTURAL

ING.

codia 00000

ELÉCTRICO

ING. JUAN PÉREZ
codia 00000

HIDRO-SANITARIO

ING. FRANCIS ESTEVEZ
codia 00000

SELLO DE APROBACIÓN:

CONTENIDO:

PLANTA ARQUITECTÓNICA
DIMENSIONADA



ESCALA:

1:100

Septiembre 2026

NO. PÁGINA:

007

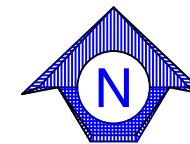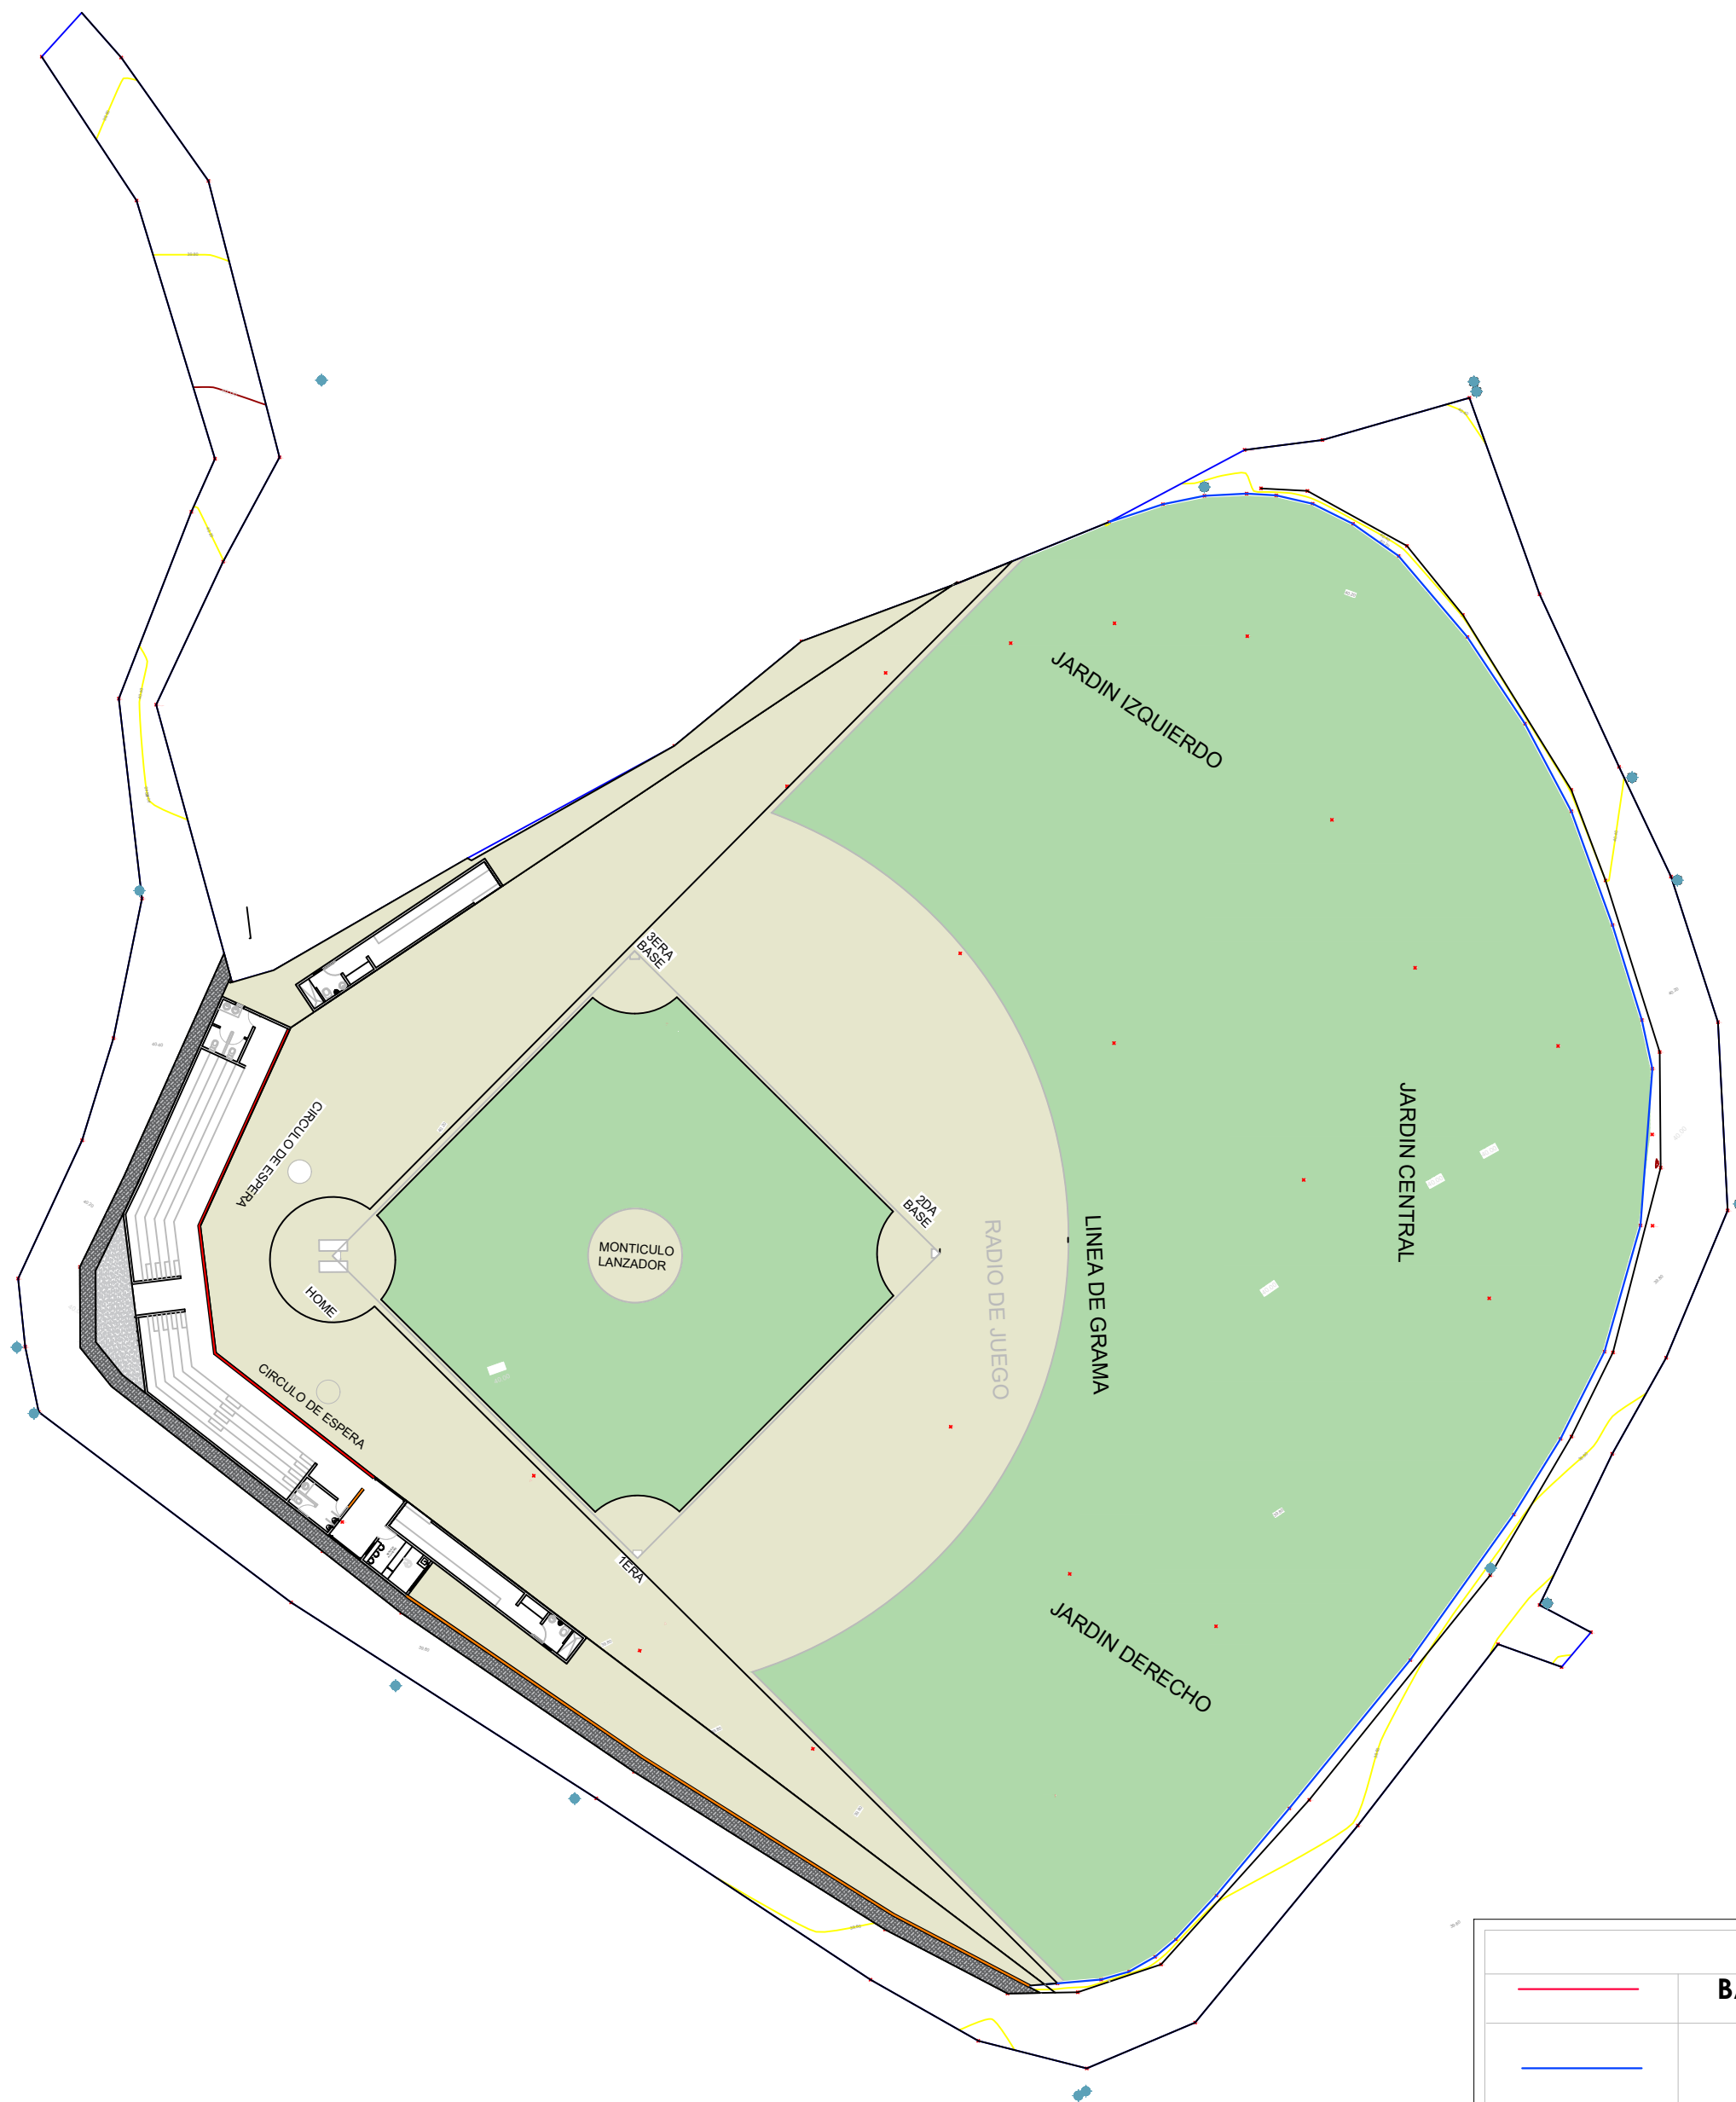


PLANTA ARQUITECTÓNICA ESPECIFICACIONES DE MURO

ESC. 1:100

	LEYENDA DE MURO BACKSTOP H=5.40M L= 34.85 ML
	MURO DE BLOQUES - FIELD H=2.50 M L=126.41ML
	MURO DE BLOQUES Y MALLA CICLÓNICA VERJA PERIMETRAL H=1.80 L =72.13 ML

NOTA: ESTOS PLANOS PUEDEN SER MODIFICADOS Y/O AJUSTADOS EN CAMPO.

DIRECCION DE DESARROLLO
PROVINCIAL
DDP

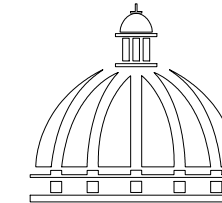

GOBIERNO DE LA
REPÚBLICA DOMINICANA

Ave. Dr. Delgado, Esq. Moises Garcia,
Gazcue, Sto. Dgo., R.D.
TEL.: (809)-364-2189 | FAX.: (809)- 688-1665
E-Mail: info@cpadp.gob.do

PROYECTO:
Construcción campo de Béisbol
Los Amiguitos, sector Cruz Grande

Municipio Santo Domingo Norte
República Dominicana

EQUIPO DE TRABAJO:

DISEÑO ARQUITECTÓNICO

codia 00000

ENC. INGENIERÍA

ING.Fior Daliza Bonifacio

codia 00000

ESTRUCTURAL

ING.

codia 00000

ELÉCTRICO

ING. JUAN PÉREZ

codia 00000

HIDRO-SANITARIO

ING. FRANCIS ESTEVEZ

codia 00000

SELLO DE APROBACIÓN:

CONTENIDO:

PLANTA ARQUITECTÓNICA
ESPECIFICACIONES DE MURO


ESCALA:

1:100


Septiembre 2026

NO. PÁGINA:


008

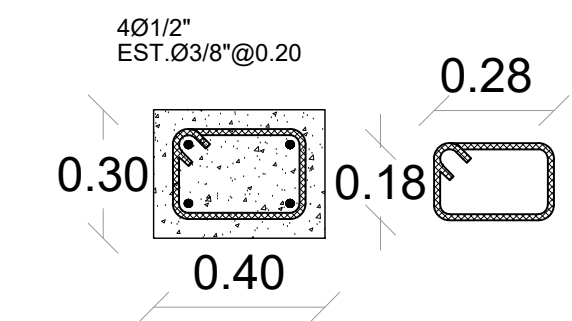



SECCION COLUMNA CA
Columna de amarre @ 3m
Esc. 1:50

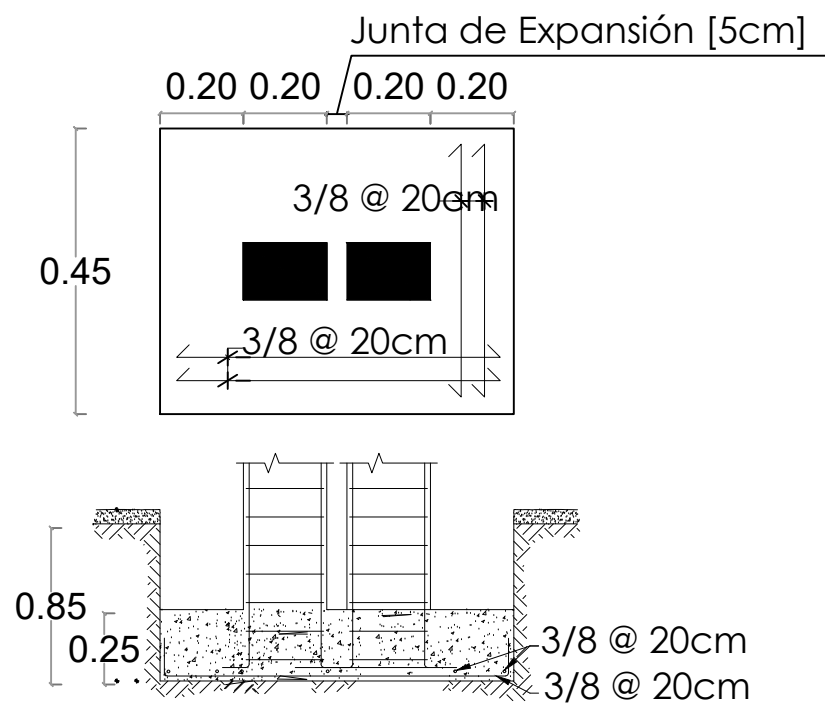


DETALLE ZAPATA COLUMNA EN JUNTA DE EXPANSIÓN
Una junta de expansión c/18m (cada 6 col. de amarre)

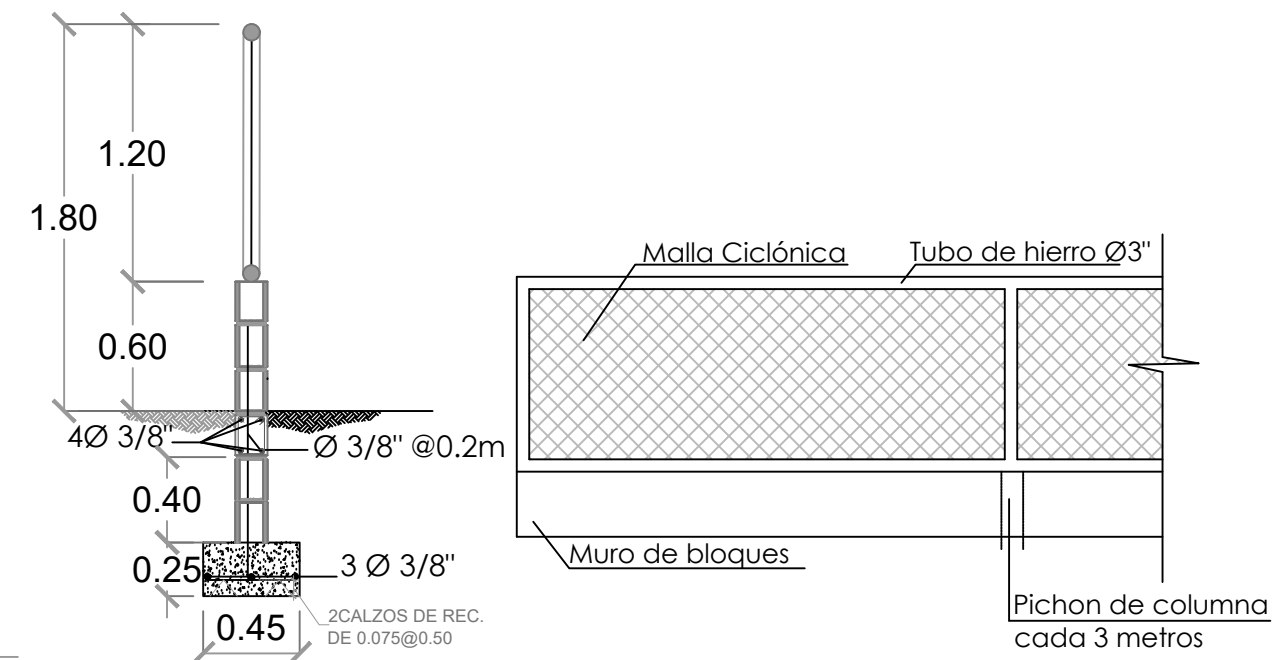


MURO DE BLOQUES Y MALLA CICLÓNICA
H=1.80 M L= 159.36 M

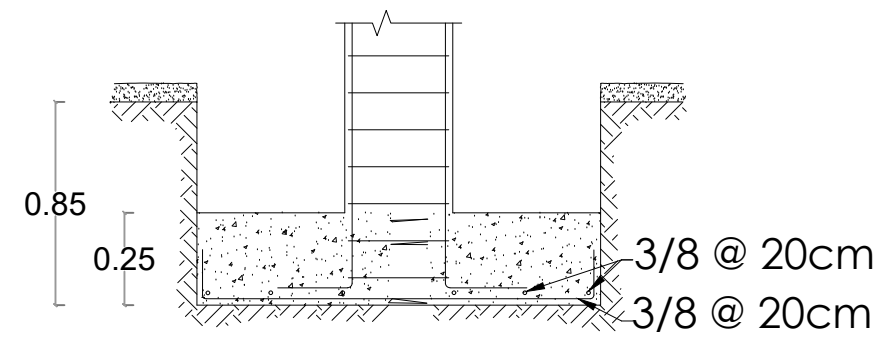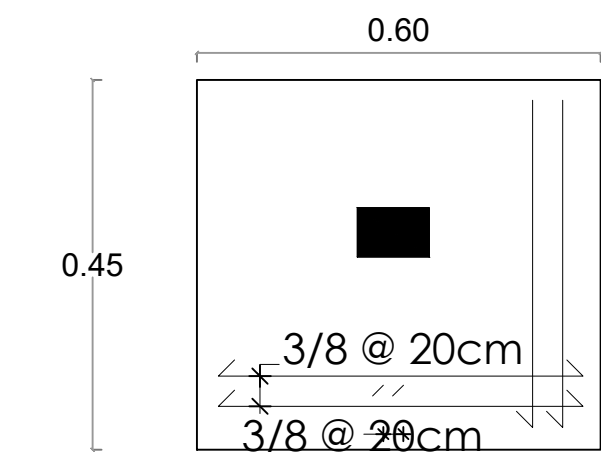


DETALLE ZAPATA COLUMNA CA

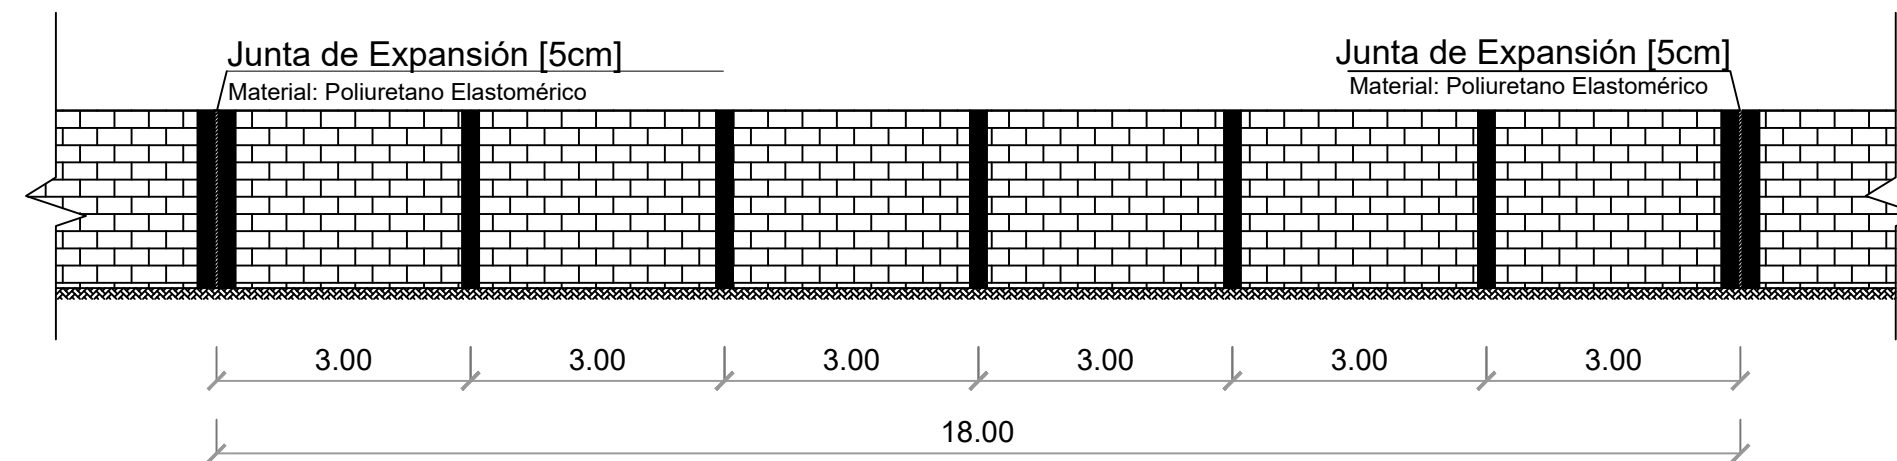


ELEVACIÓN VERJA DE BLOQUES C/ JUNTA DE EXPANSIÓN
Una junta de expansión c/18m (cada 6 col. de amarre)

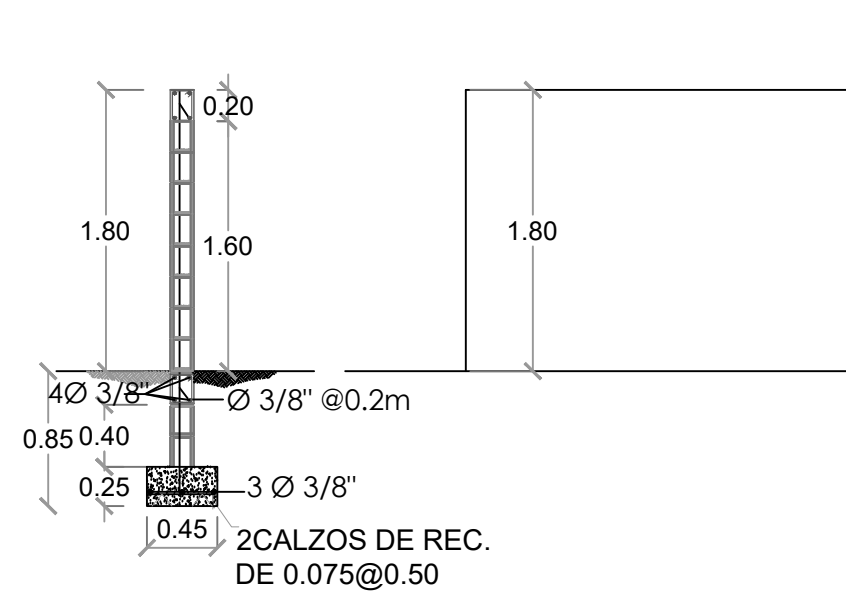

MURO DE BLOQUES H=1.80 M L= 72.13 M

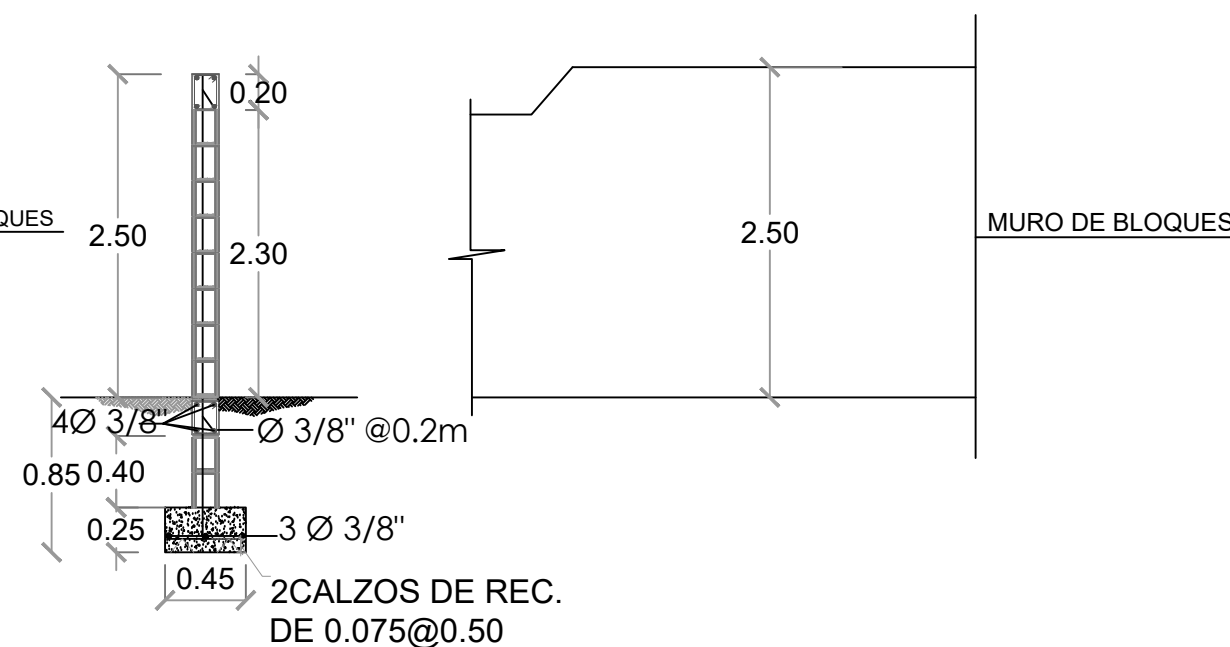


MURO DE BLOQUES - CENTER FIELD H=2.50 ML L= 126.41M
FIELD=2.00ML

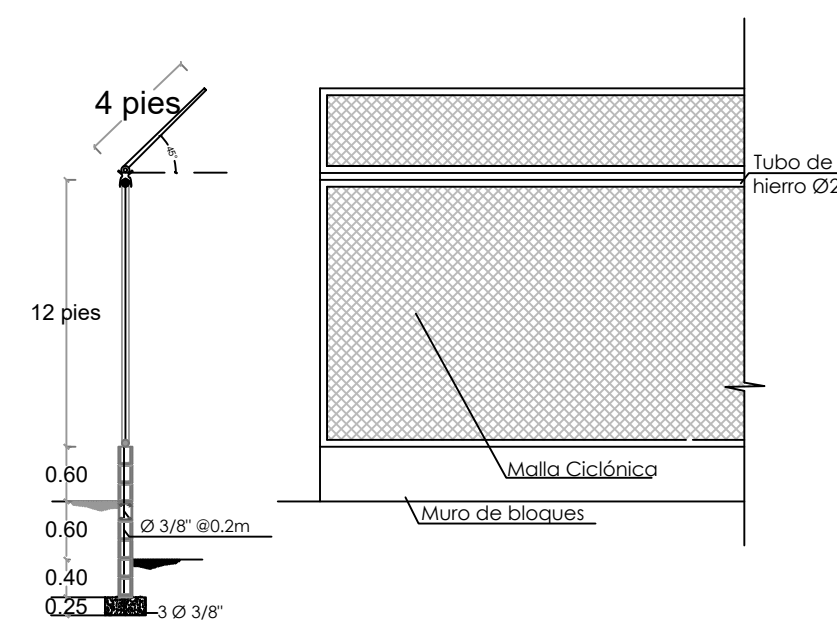

BACKSTOP H=5.40M L= 34.85 M

DIRECCION DE DESARROLLO
PROVINCIAL
DDP

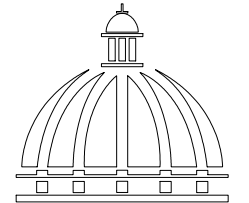

GOBIERNO DE LA
REPÚBLICA DOMINICANA

Ave. Dr. Delgado, Esq. Moises Garcia,
Gazcue, Sto. Dgo., R.D.
TEL.: (809)-364-2189 | FAX.: (809)- 688-1665
E-Mail: info@cpadp.gob.do

PROYECTO:
Construcción campo de Béisbol
Los Amiguitos, sector Cruz Grande

Municipio Santo Domingo Norte
República Dominicana

EQUIPO DE TRABAJO:

DISEÑO ARQUITECTÓNICO

codia 00000

ENC. INGENIERÍA

ING. Fior Daliza Bonifacio
codia 00000

ESTRUCTURAL

ING.

codia 00000

ELÉCTRICO

ING. JUAN PÉREZ
codia 00000

HIDRO-SANITARIO

ING. FRANCIS ESTEVEZ
codia 00000

SELLO DE APROBACIÓN:

CONTENIDO:

DETALLE DE VERJA


ESCALA:

N/A

Septiembre 2026



NO. PÁGINA:

009

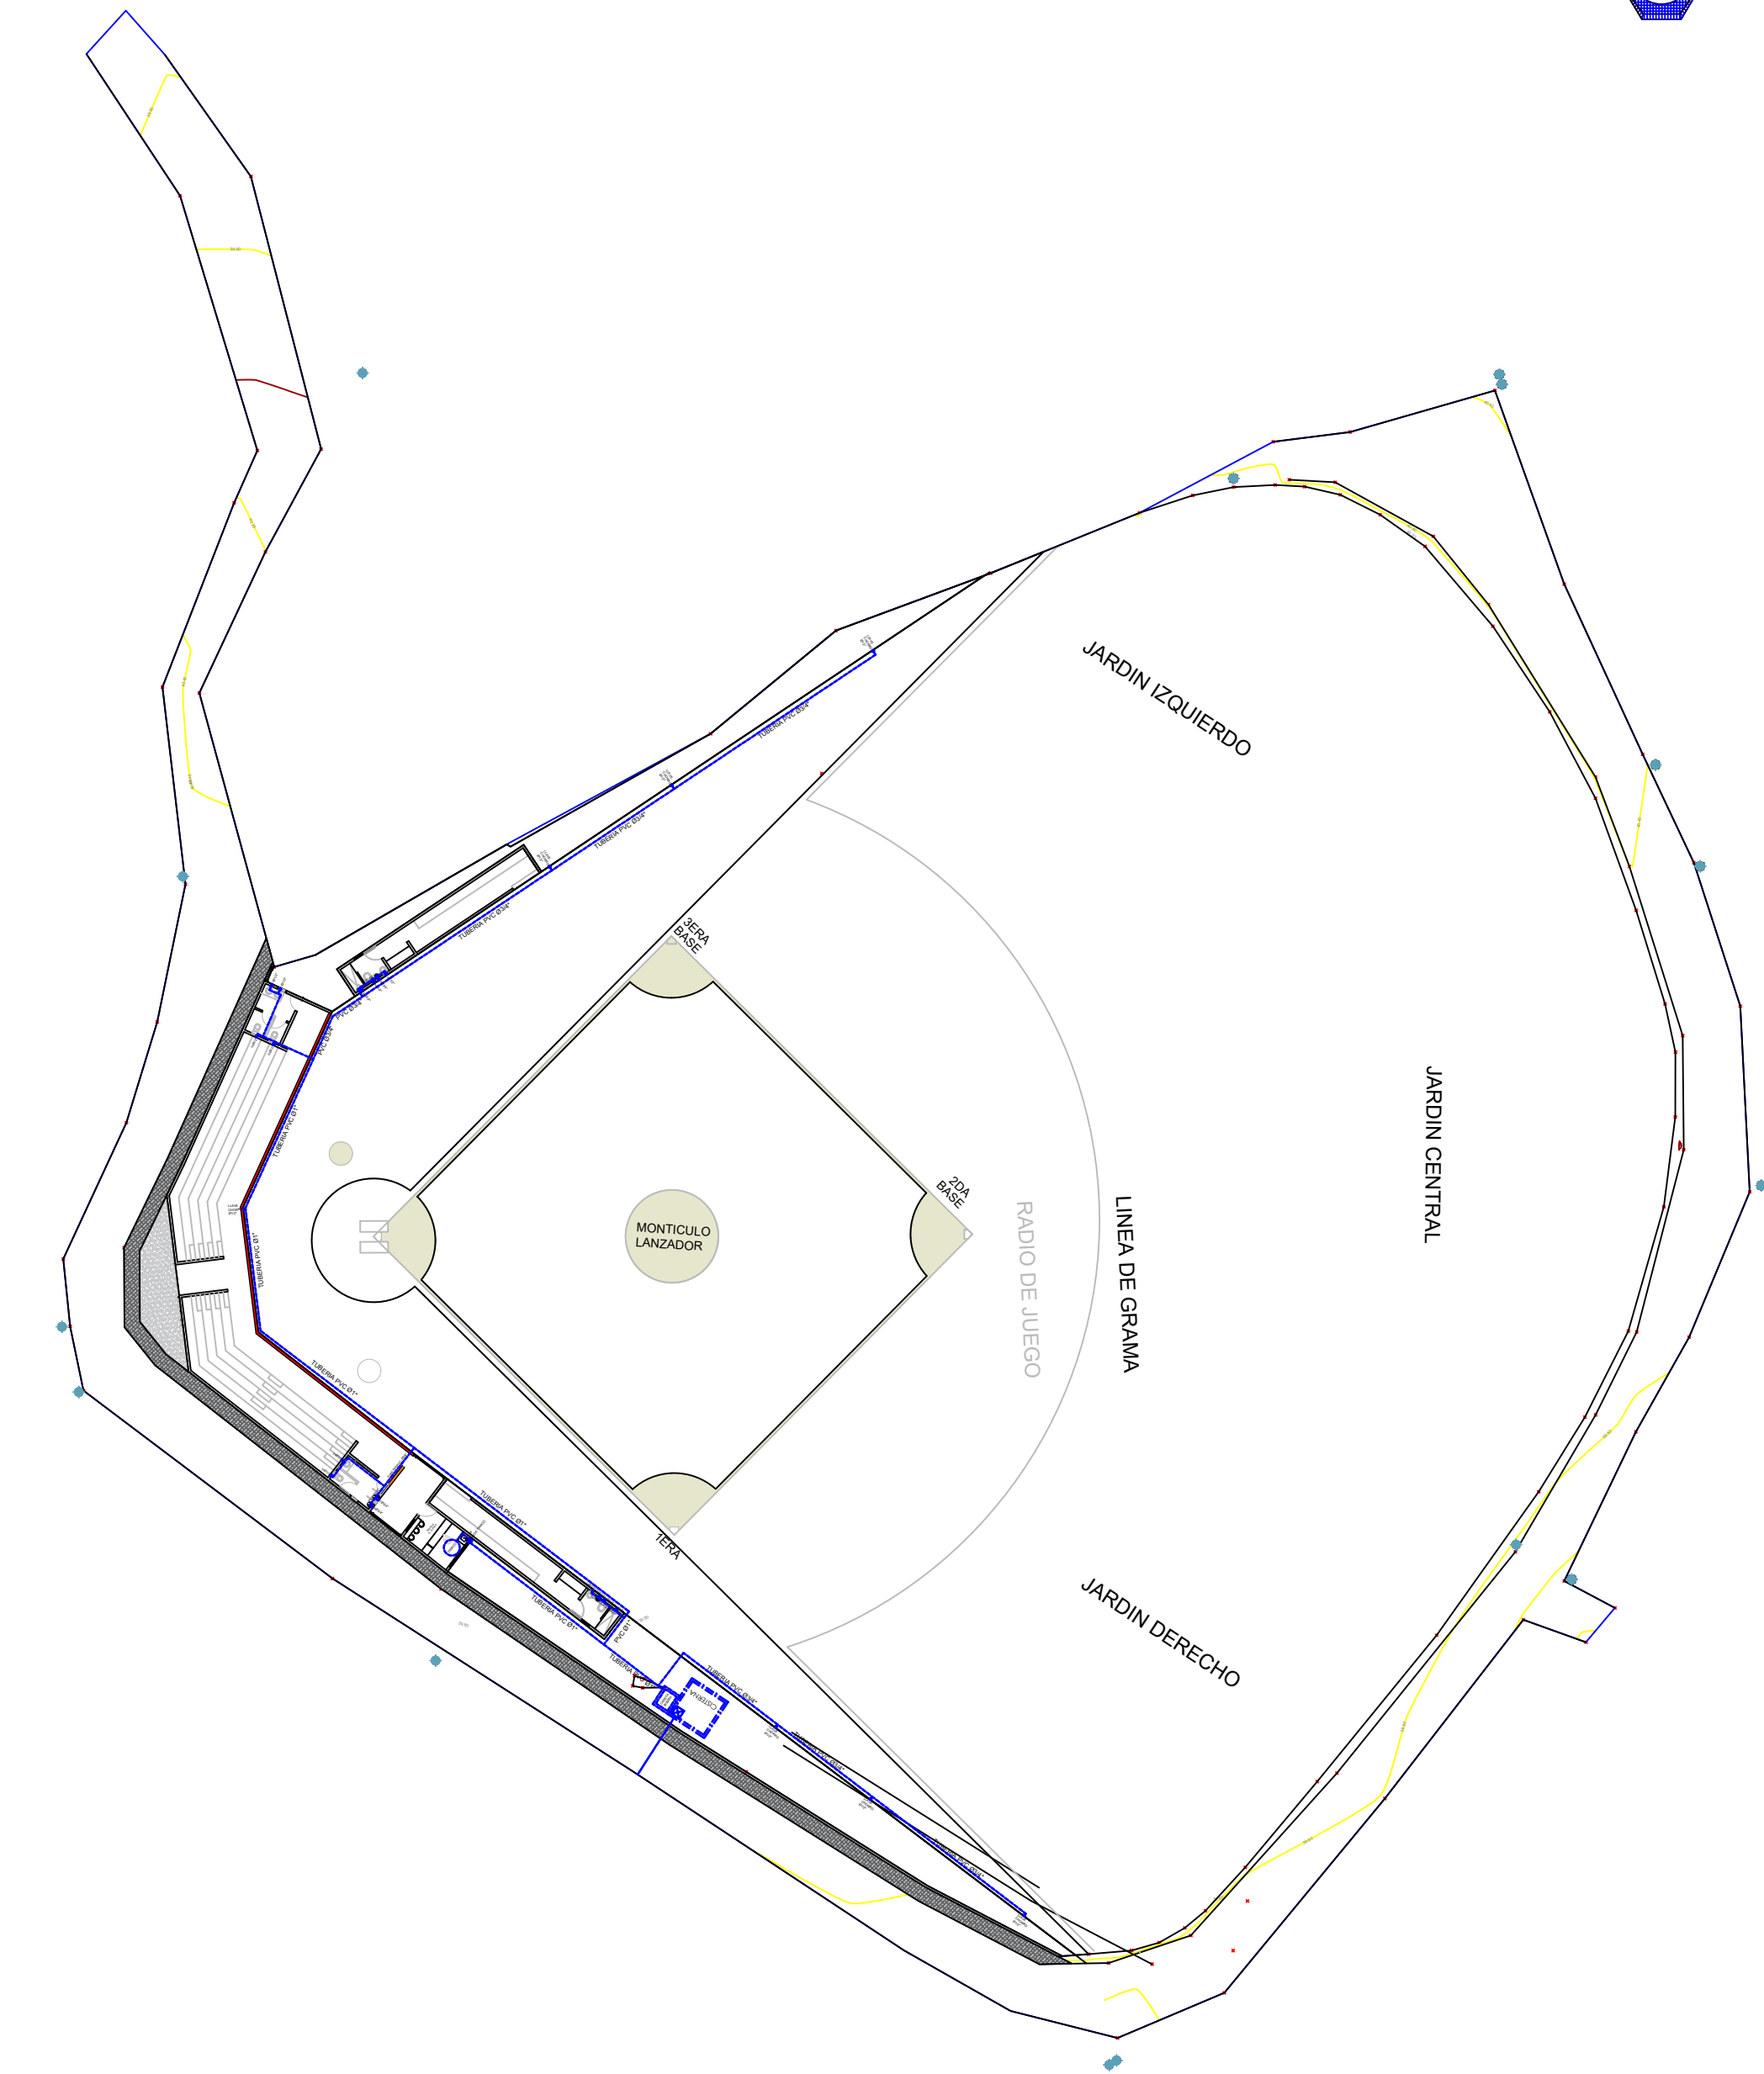


PLANTA SANITARIA - AGUA POTABLE
ESC. 1:100



NOTA: ESTOS PLANOS PUEDEN SER MODIFICADOS Y/O AJUSTADOS EN CAMPO.

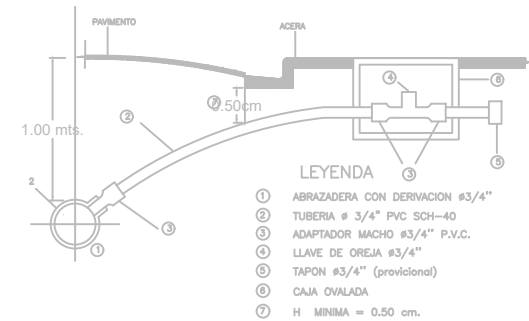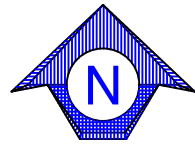


DETALLE DE ACOMETIDA

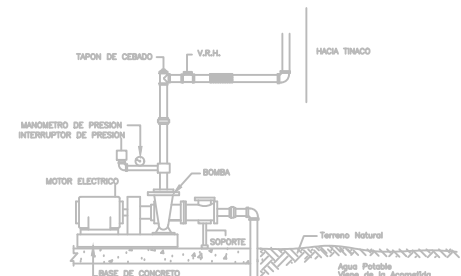

DETALLE EQUIPO DE BOMBEO

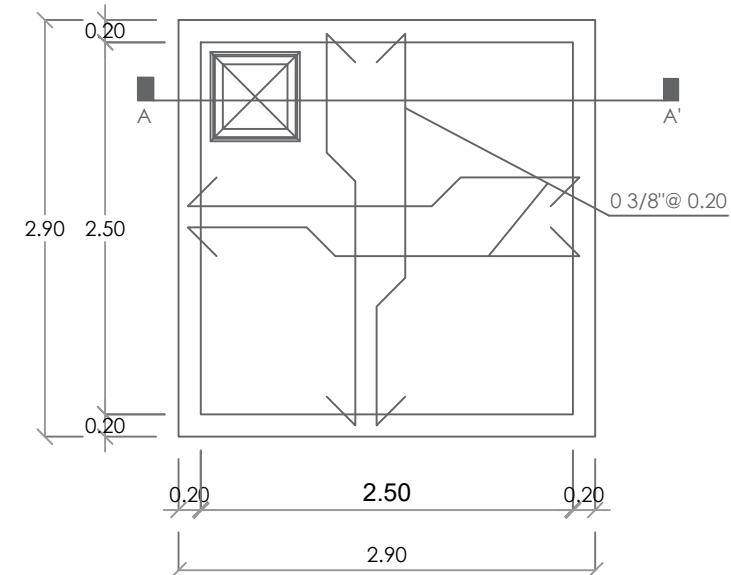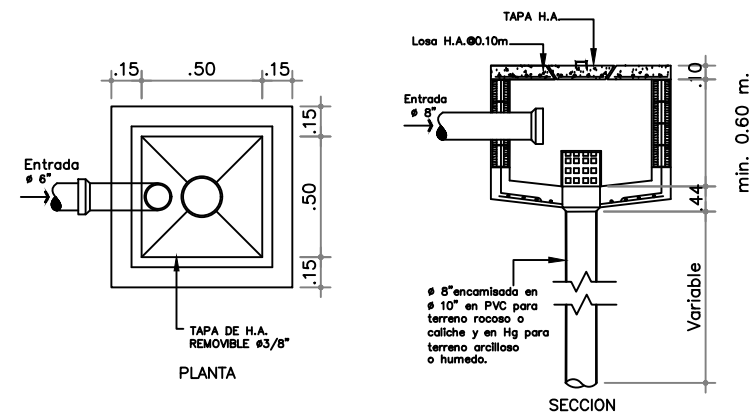


PLANTA CISTERNA

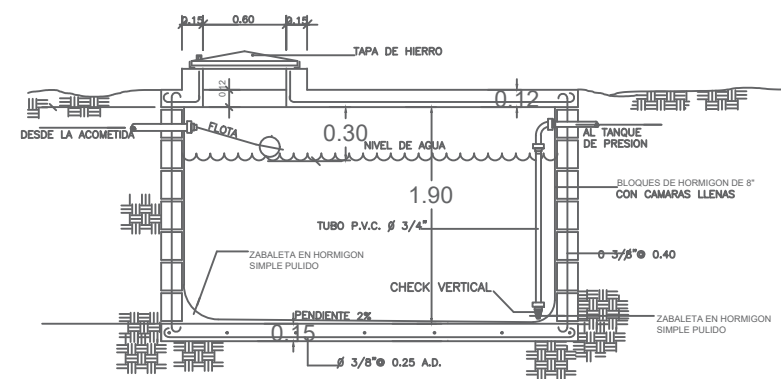

SECCION CISTERNA

LEYENDA SANITARIA					
SIMBOLO	ABREV.	DESCRIPCION	SIMBOLO	ABREV.	DESCRIPCION
	i	INODORO		VP	VALVULA DE PASO
	Lm	LAVAMANOS			TUBERIA
	D	DUCHA			ASPERSORES
	Fr	FREGADERO			LLAVE DE AGUA

DIRECCION DE DESARROLLO
PROVINCIAL
DDP

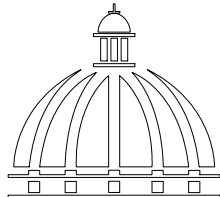

GOBIERNO DE LA
REPÚBLICA DOMINICANA

Ave. Dr. Delgado, Esq. Moises Garcia,
Gazcue, Sto. Dgo., R.D.
TEL.: (809)-364-2189 | FAX.: (809)- 688-1665
E-Mail: info@cpadp.gob.do

PROYECTO:
**Construcción campo de Béisbol
Los Amiguitos, sector Cruz Grande**

Municipio Santo Domingo Norte
República Dominicana

EQUIPO DE TRABAJO:

DISEÑO ARQUITECTÓNICO

codia 00000

ENC. INGENIERÍA

ING. Fior Daliza Bonifacio

codia 00000

ESTRUCTURAL

ING.

codia 00000

ELÉCTRICO

ING. JUAN PÉREZ

codia 00000

HIDRO-SANITARIO

ING. FRANCIS ESTEVEZ

codia 00000

SELLO DE APROBACIÓN:

CONTENIDO:

PLANTA SANITARIA
AGUA POTABLE


ESCALA:


1:100


Septiembre 2026


NO. PÁGINA:

 
010

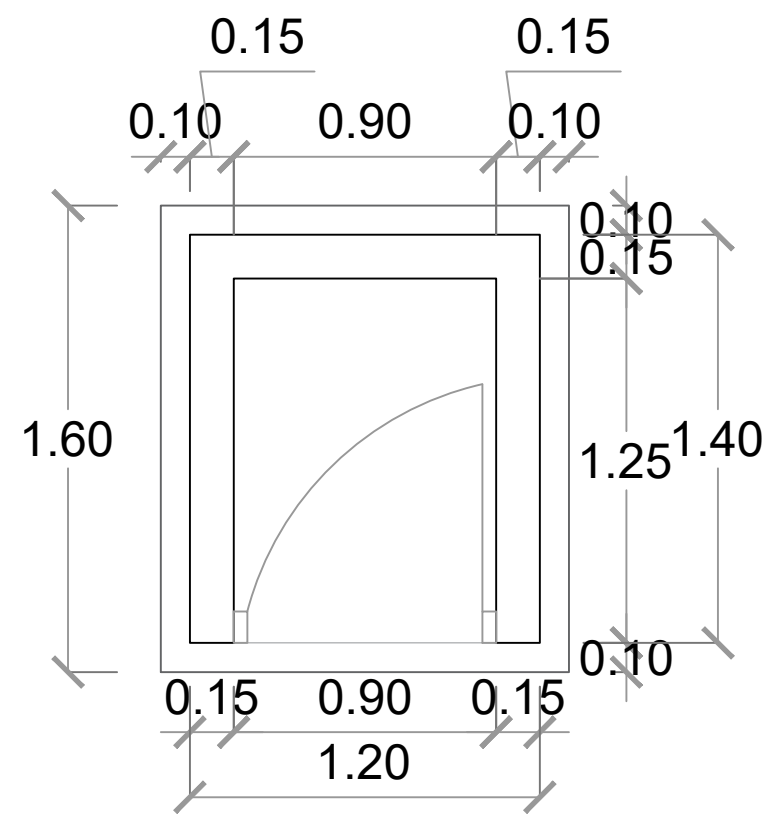



 PLANTA-CASETA DE BOMBA
ESC. 1:25

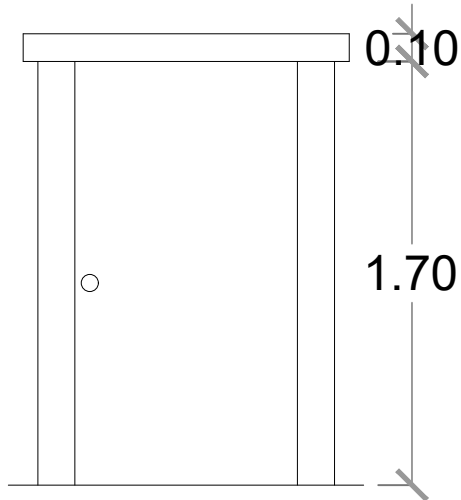


 
 ELEVACIÓN FRONTAL
ESC. 1:25

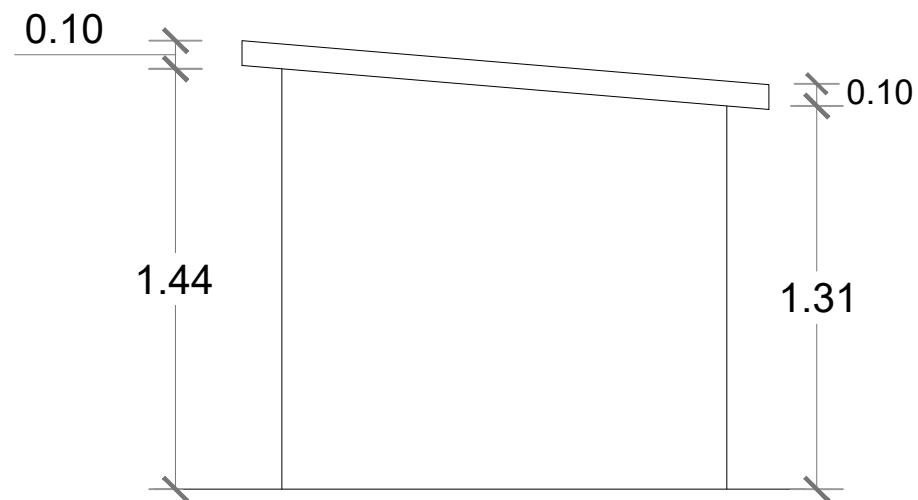


 
 ELEVACIÓN LATERAL DERECHA
ESC. 1:25

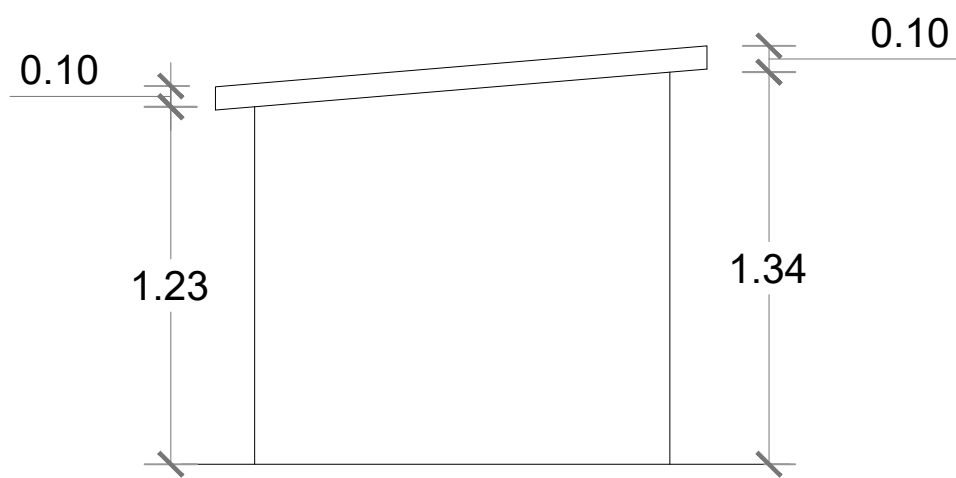


 
 ELEVACIÓN LATERAL IZQUIERDA
ESC. 1:25

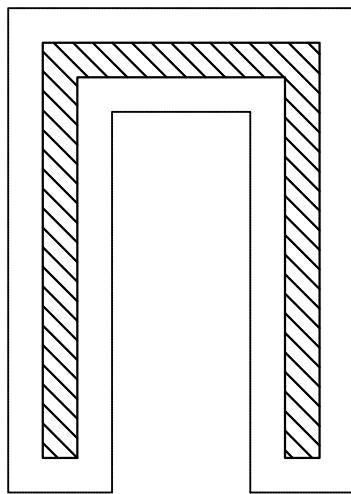

 
 PLANTA DE CIMIENTOS
ESC. 1:25

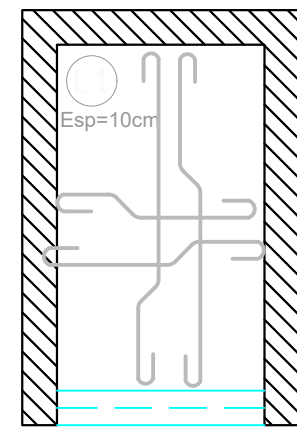

  ESTRUCTURA TECHO
ESC. 1:25

  DETALLE CASETA DE BOMBA
1:25

DIRECCION DE DESARROLLO
PROVINCIAL
DDP

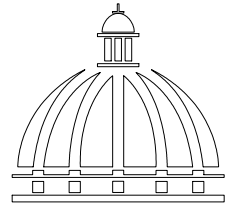

GOBIERNO DE LA
REPÚBLICA DOMINICANA

Ave. Dr. Delgado, Esq. Moises Garcia,
Gazcue, Sto. Dgo., R.D.
TEL.: (809)-364-2189 | FAX.: (809)- 688-1665
E-Mail: info@cpadp.gob.do

PROYECTO:
**Construcción campo de Béisbol
Los Amiguitos, sector Cruz Grande**

Municipio Santo Domingo Norte
República Dominicana

EQUIPO DE TRABAJO:

DISEÑO ARQUITECTÓNICO

codia 00000

ENC. INGENIERÍA

ING. Fior Daliza Bonifacio
codia 00000

ESTRUCTURAL

ING.

codia 00000

ELÉCTRICO

ING. JUAN PÉREZ
codia 00000

HIDRO-SANITARIO

ING. FRANCIS ESTEVEZ
codia 00000

SELLO DE APROBACIÓN:

CONTENIDO:

CASETA DE BOMBA




ESCALA:

1:25


Septiembre 2026

NO. PÁGINA:

011

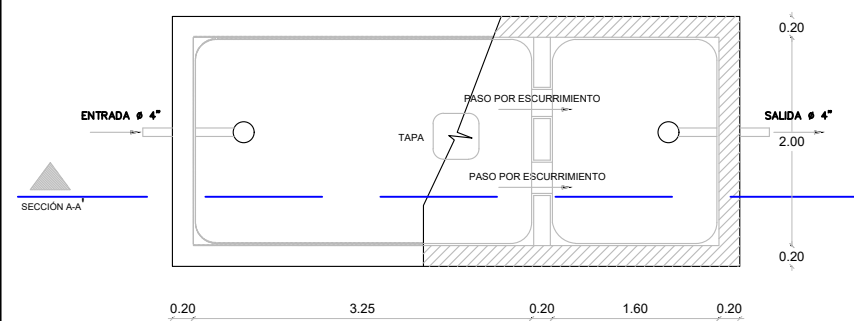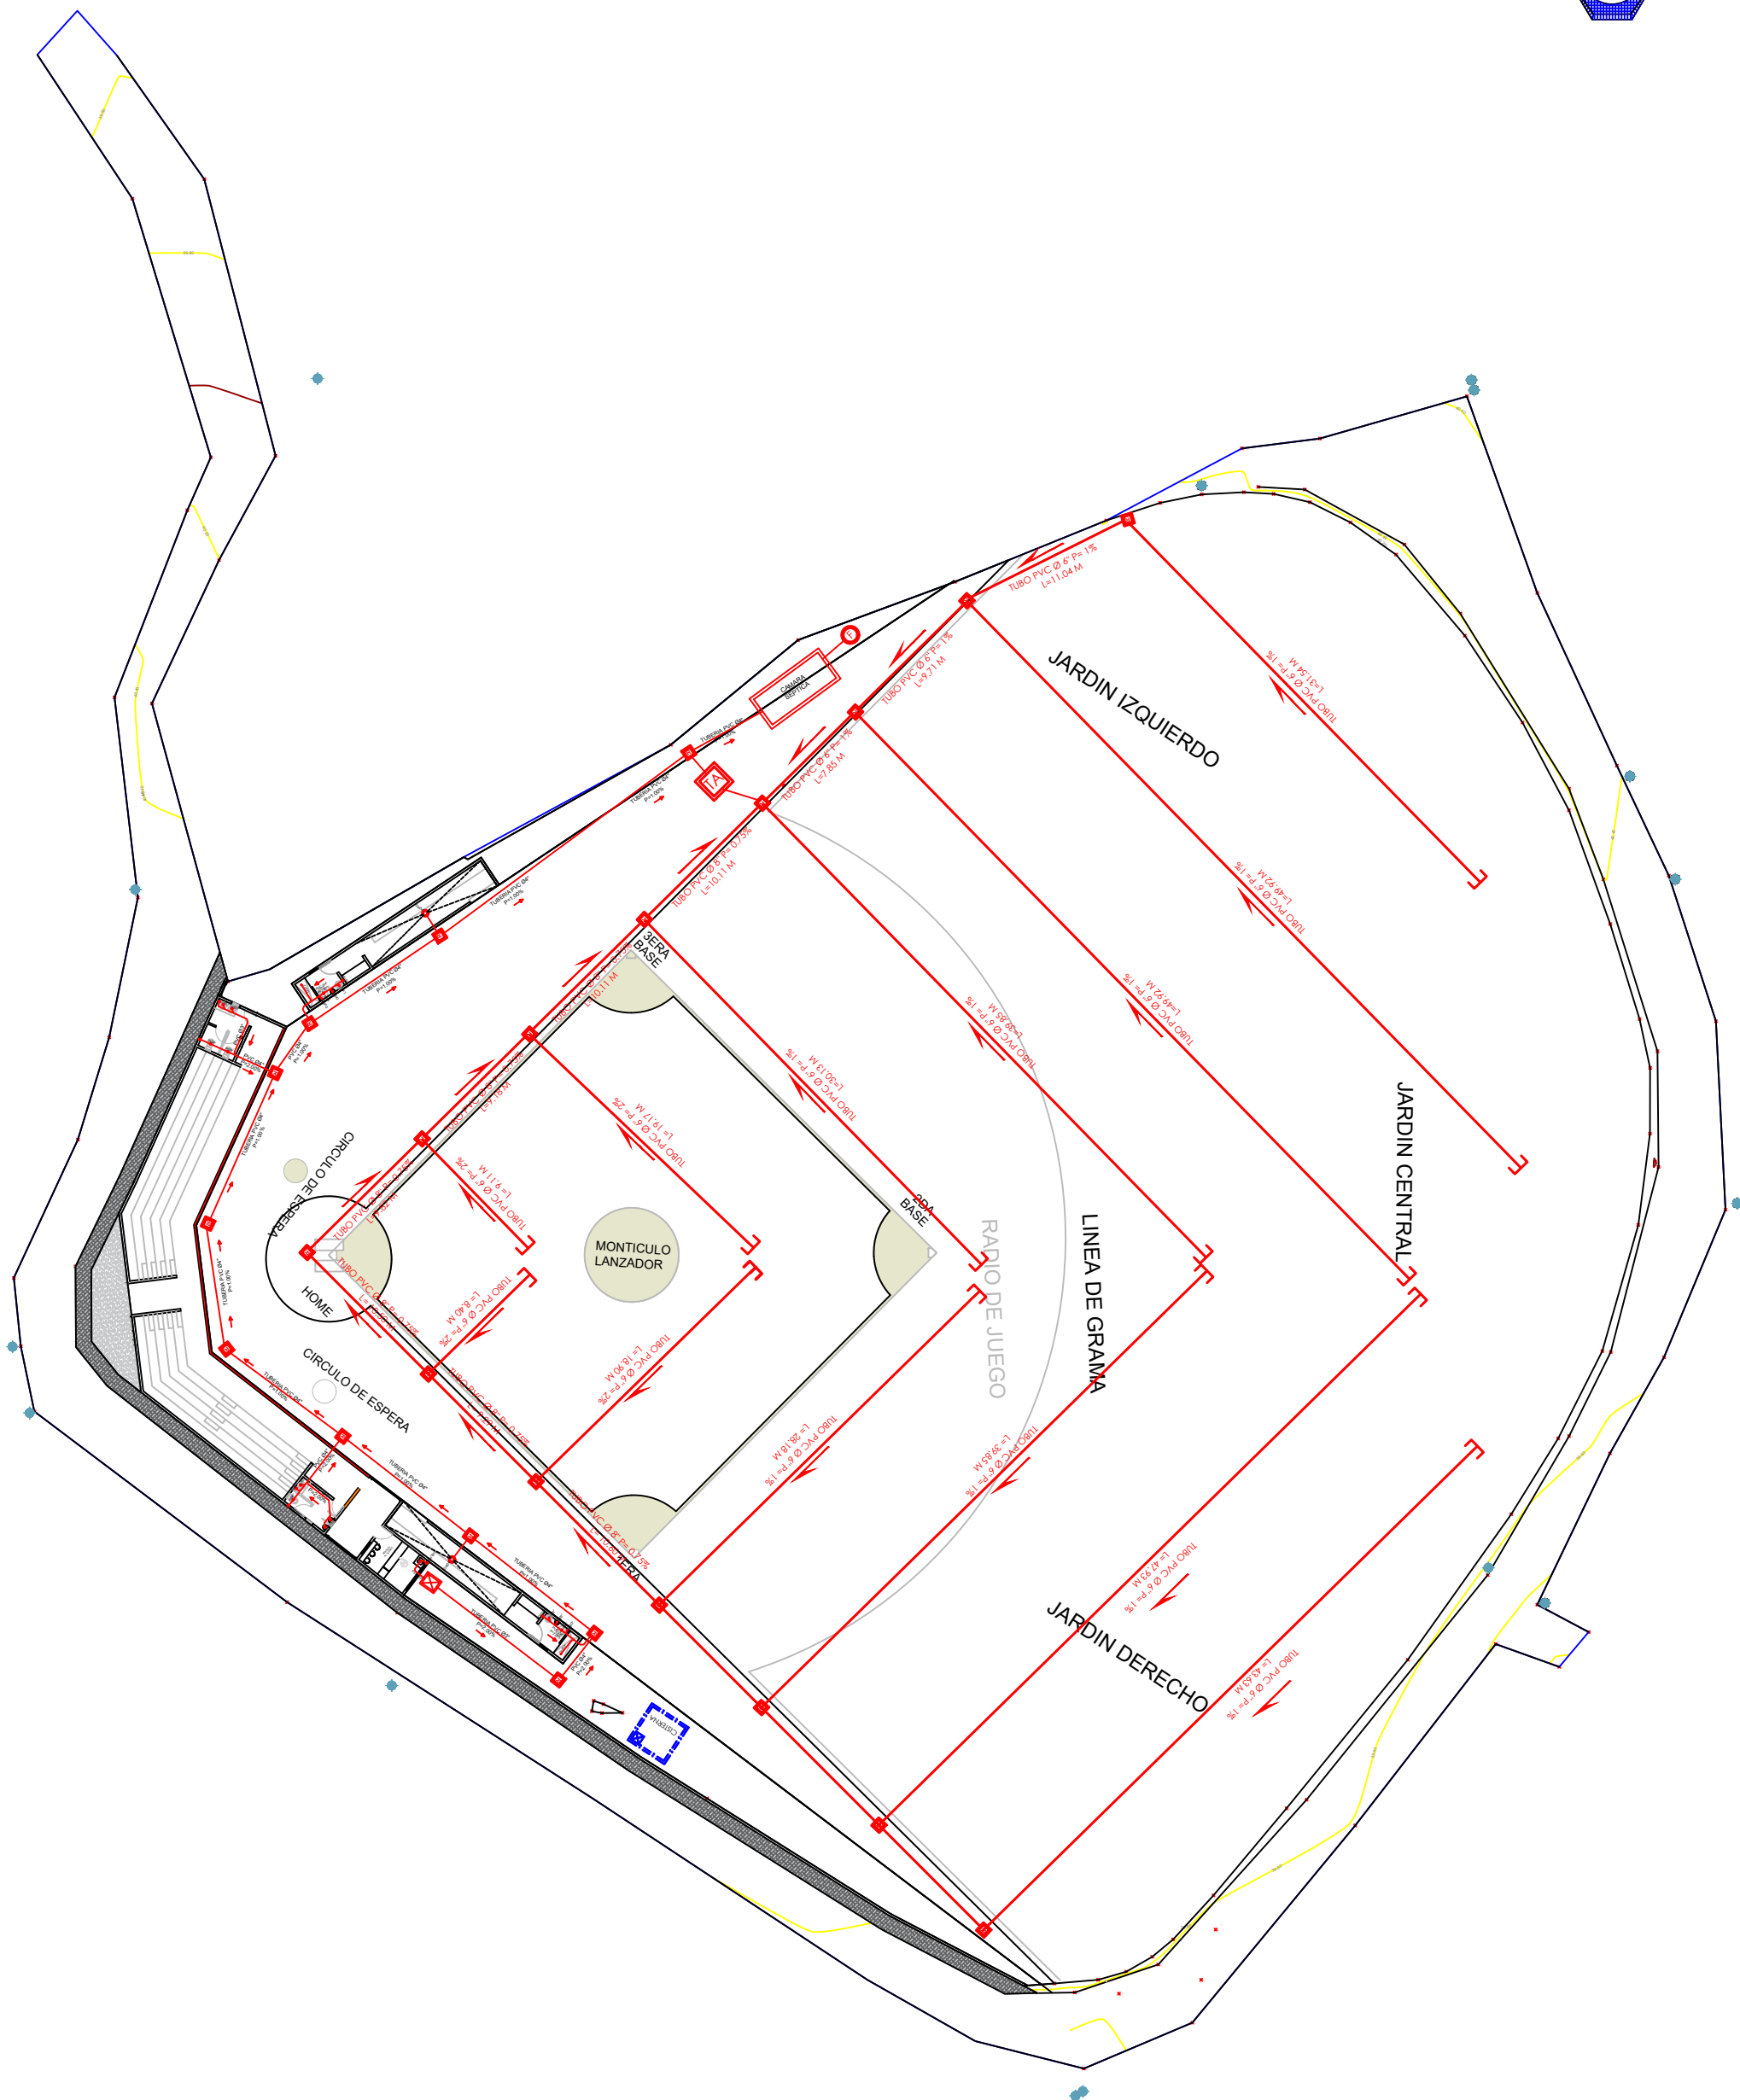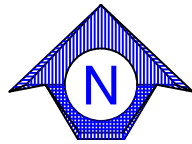


PLANTA

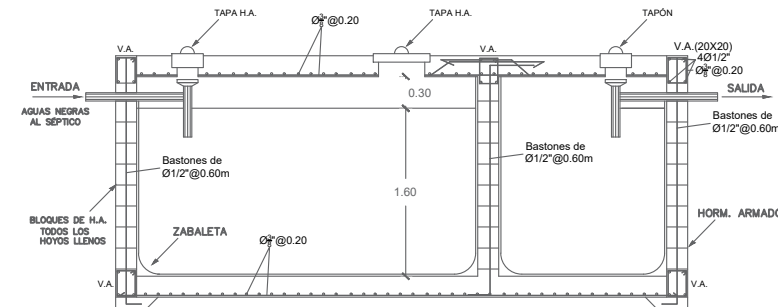

SECCIÓN A-A


DETALLE REGISTRO

DETALLE TRAMPA DE ARENA

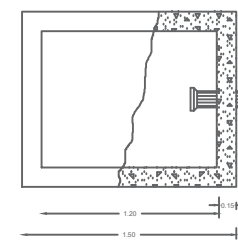


PLANTA

PLANTA

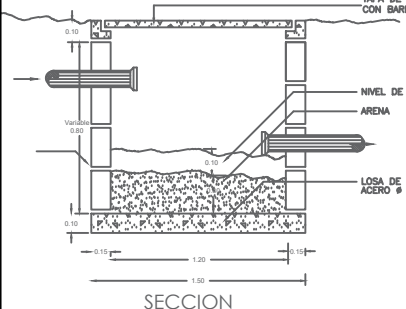

SECCION

PLANTA

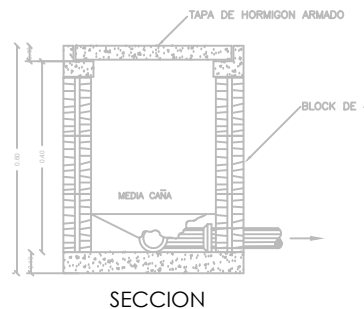


SECCION

DRENAJE CANALES RECOLECTORES DE AGUA PLUVIAL TERRENO DE JUEGO



AGUJEROS DE 1/4" CADA 5 cm

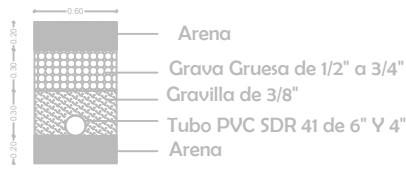


Arena
Grava Gruesa de 1/2" a 3/4"
Gravilla de 3/8"
Tubo PVC SDR 41 de 6" V 4"
Arena

- NOTA
- TODAS LAS TUBERIAS A USAR EN LOS SISTEMAS DE DESAGUES DE AGUA POTABLE, AGUAS NEGRAS Y PLUVIAL SERAN DE P.V.C
 - LA PENDIENTE DE LAS TUBERIAS DEL SISTEMA DE DESAGUE DE AGUAS NEGRAS SERAN DE 2%
 - LAS TUBERIAS DE VENTILACION SUBIRAN 0.30 M SOBRE EL NIVEL DE TECHO
 - TUBERIA DE DRENAJE PLUVIAL PARA EL TERRENO DE JUEGO, TUBO DE 6" Y 8" PVC SDR 41
 - LAS TUBERIA DE DRENAJE PLUVIAL EN PVC DEBEN SER RECUBIERTAS CON UNA MALLA GEOTEXTIL

LEYENDA SANITARIA

SIMBOLO	ABREV.	DESCRIPCION	SIMBOLO	ABREV.	DESCRIPCION
	i	INODORO		R	REGISTRO
	Lm	LAVAMANOS		TA	TUBERIA
	D	DUCHA		TA	TRAMPA DE ARENA
	Fr	FREGADERO		CS	CAMARA SEPTICA

DIRECCION DE DESARROLLO
PROVINCIAL
DDP

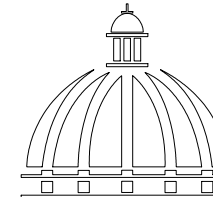

GOBIERNO DE LA
REPÚBLICA DOMINICANA

Ave. Dr. Delgado, Esq. Moises Garcia,
Gazcue, Sto. Dgo., R.D.
TEL.: (809)-364-2189 | FAX.: (809)- 688-1665
E-Mail: info@cpadp.gob.do

PROYECTO:
**Construcción campo de Béisbol
Los Amiguitos, sector Cruz Grande**

Municipio Santo Domingo Norte
República Dominicana

EQUIPO DE TRABAJO:

DISEÑO ARQUITECTÓNICO

codia 00000

ENC. INGENIERÍA

ING.Flor Daliza Bonifacio
codia 00000

ESTRUCTURAL

ING.

codia 00000

ELÉCTRICO

ING. JUAN PÉREZ
codia 00000

HIDRO-SANITARIO

ING. FRANCIS ESTEVEZ
codia 00000

SELLO DE APROBACIÓN:

CONTENIDO:

PLANTA SANITARIA
AGUAS RESIDUALES



ESCALA:

1:100

Septiembre 2026


NO. PÁGINA:

012

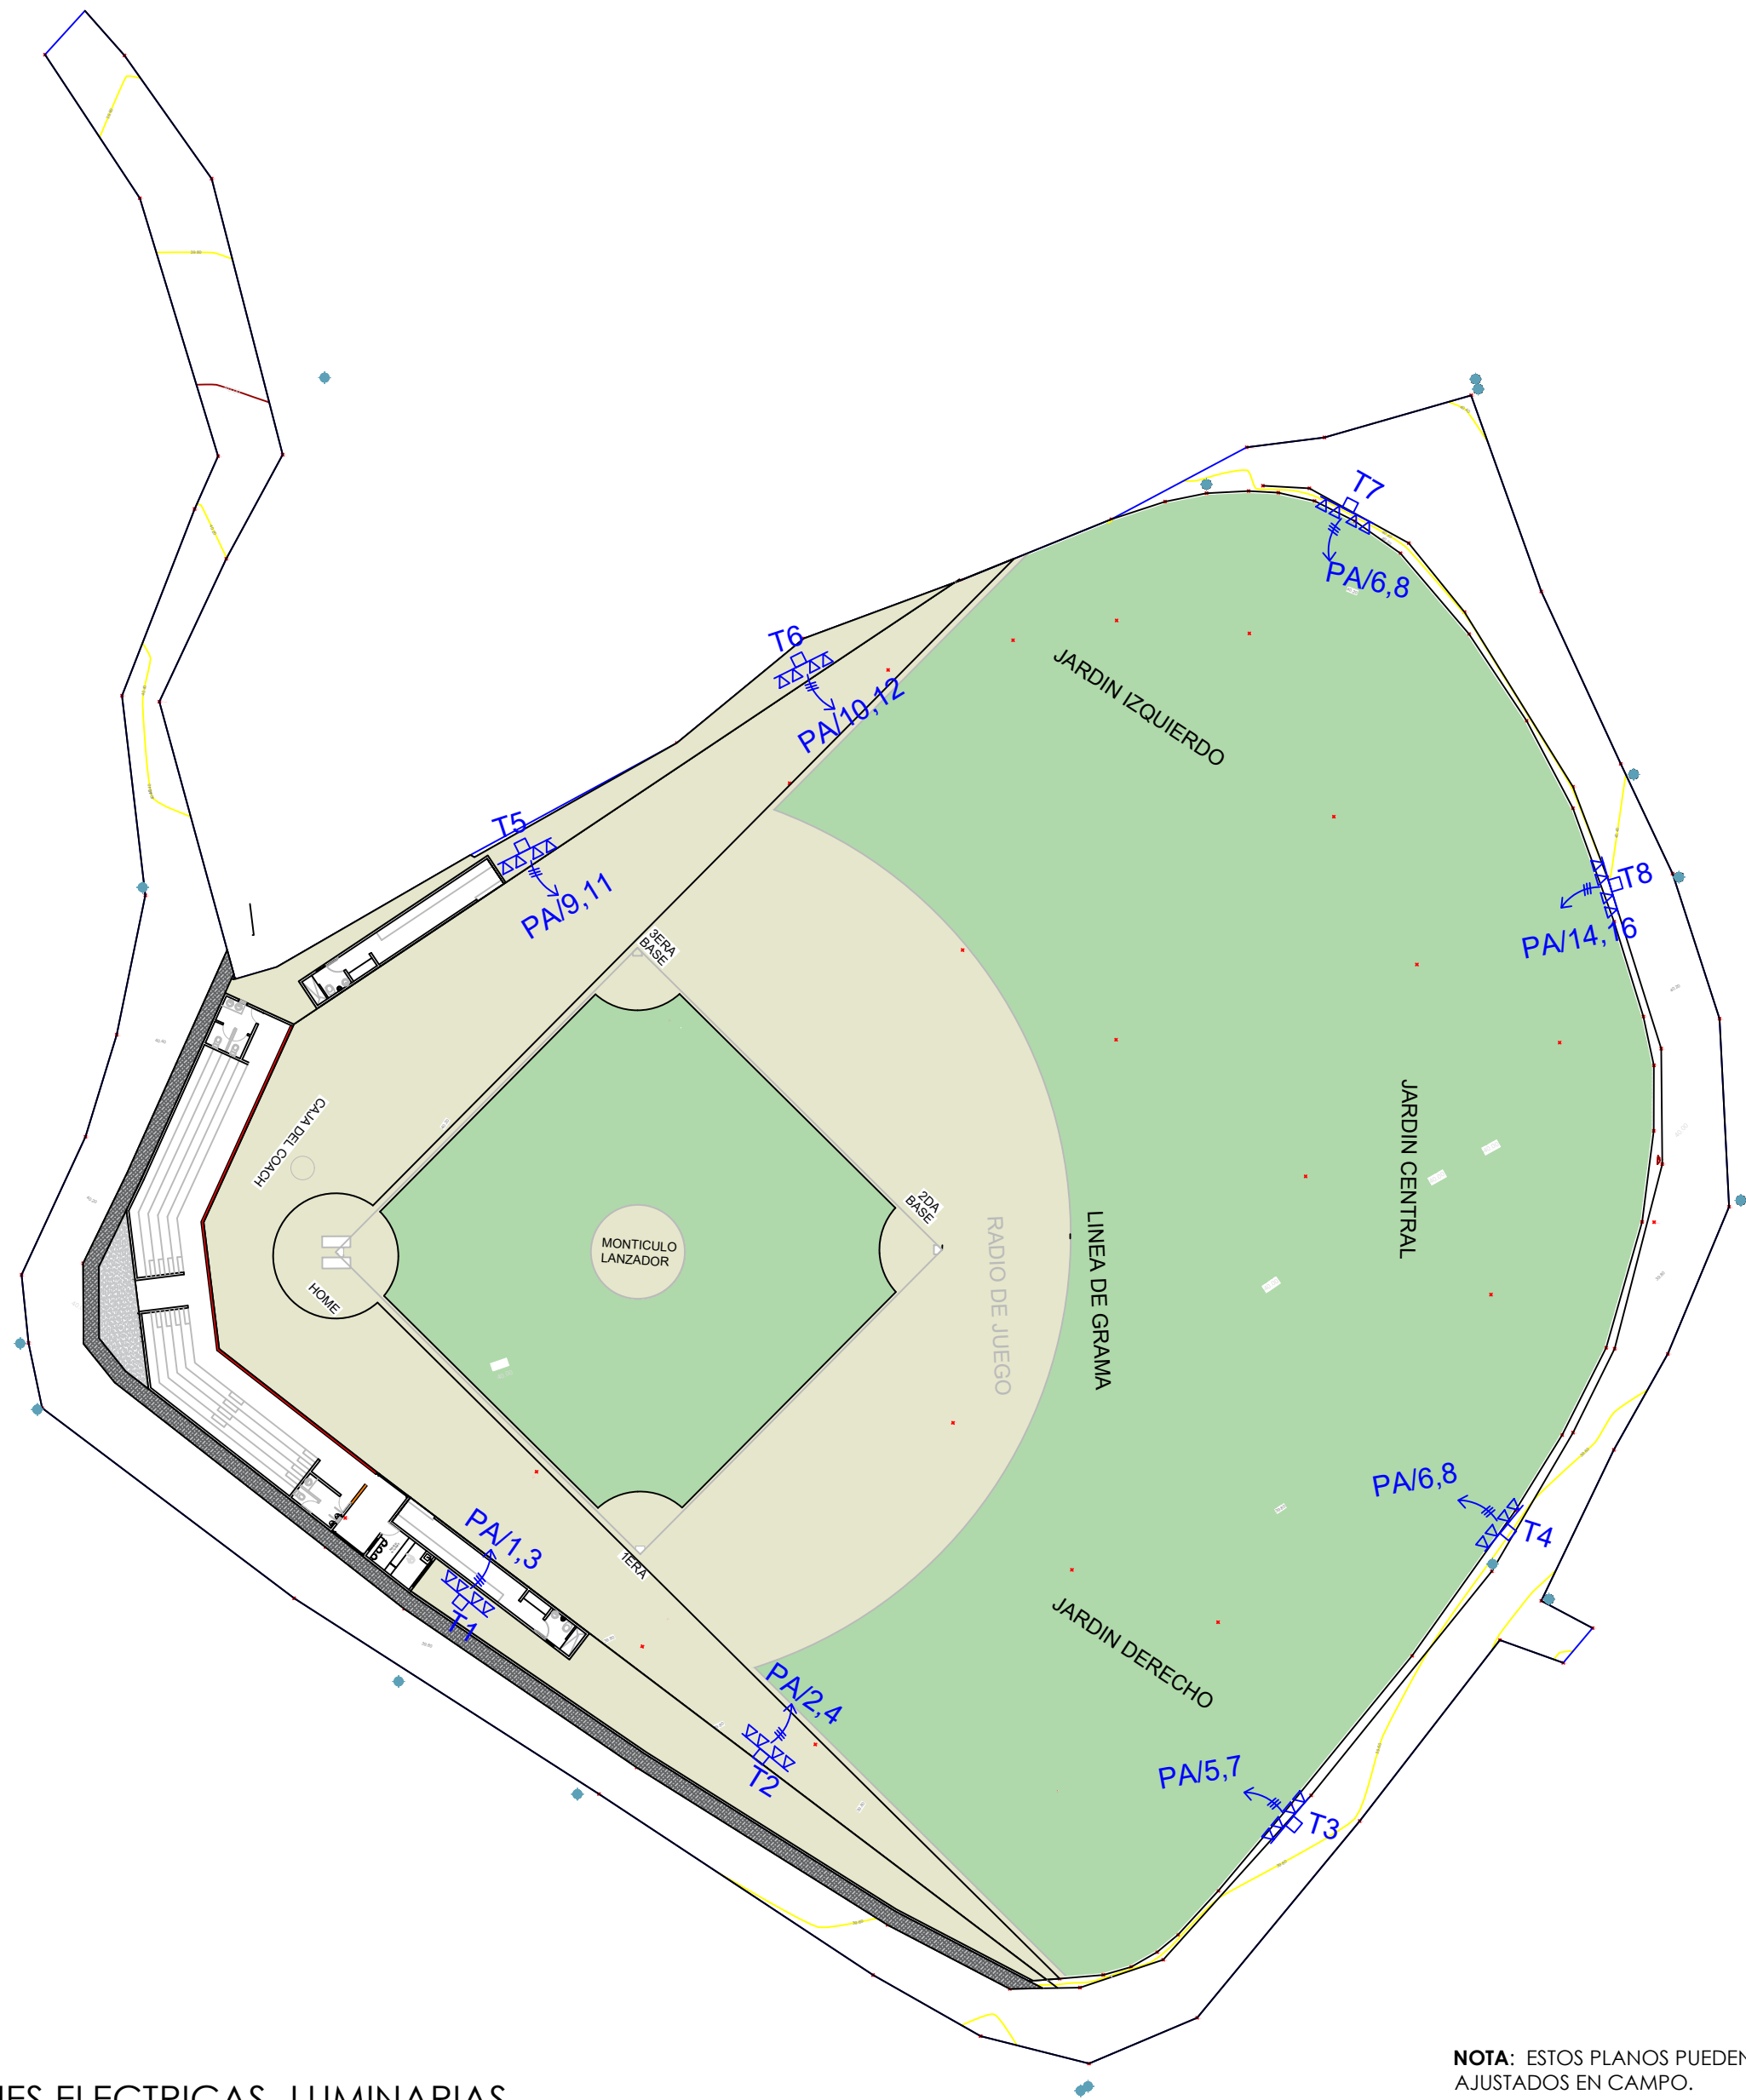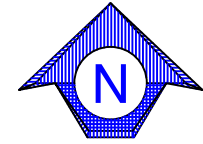

NOTA: ESTOS PLANOS PUEDEN SER MODIFICADOS Y/O AJUSTADOS EN CAMPO.

DIRECCION DE DESARROLLO
PROVINCIAL
DDP

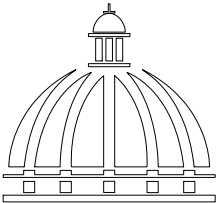

GOBIERNO DE LA
REPÚBLICA DOMINICANA

Ave. Dr. Delgado, Esq. Moises Garcia,
Gazcue, Sto. Dgo., R.D.
TEL.: (809)-364-2189 | FAX.: (809)- 688-1665
E-Mail: info@cpadp.gob.do

PROYECTO:
**Construcción campo de Béisbol
Los Amiguitos, sector Cruz Grande**

Municipio Santo Domingo Norte
República Dominicana

EQUIPO DE TRABAJO:

DISEÑO ARQUITECTÓNICO
codia 00000

ENC. INGENIERÍA
ING.Fior Daliza Bonifacio
codia 00000

ESTRUCTURAL
ING.
codia 00000

ELÉCTRICO
ING. JUAN PÉREZ
codia 00000

HIDRO-SANITARIO
ING. FRANCIS ESTEVEZ
codia 00000


SELLO DE APROBACIÓN:

CONTENIDO:
PLANTA INSTALACIONES
ELECTRICA LUMINARIAS

ESCALA:
1:100

Septiembre 2026

NO. PÁGINA:
013

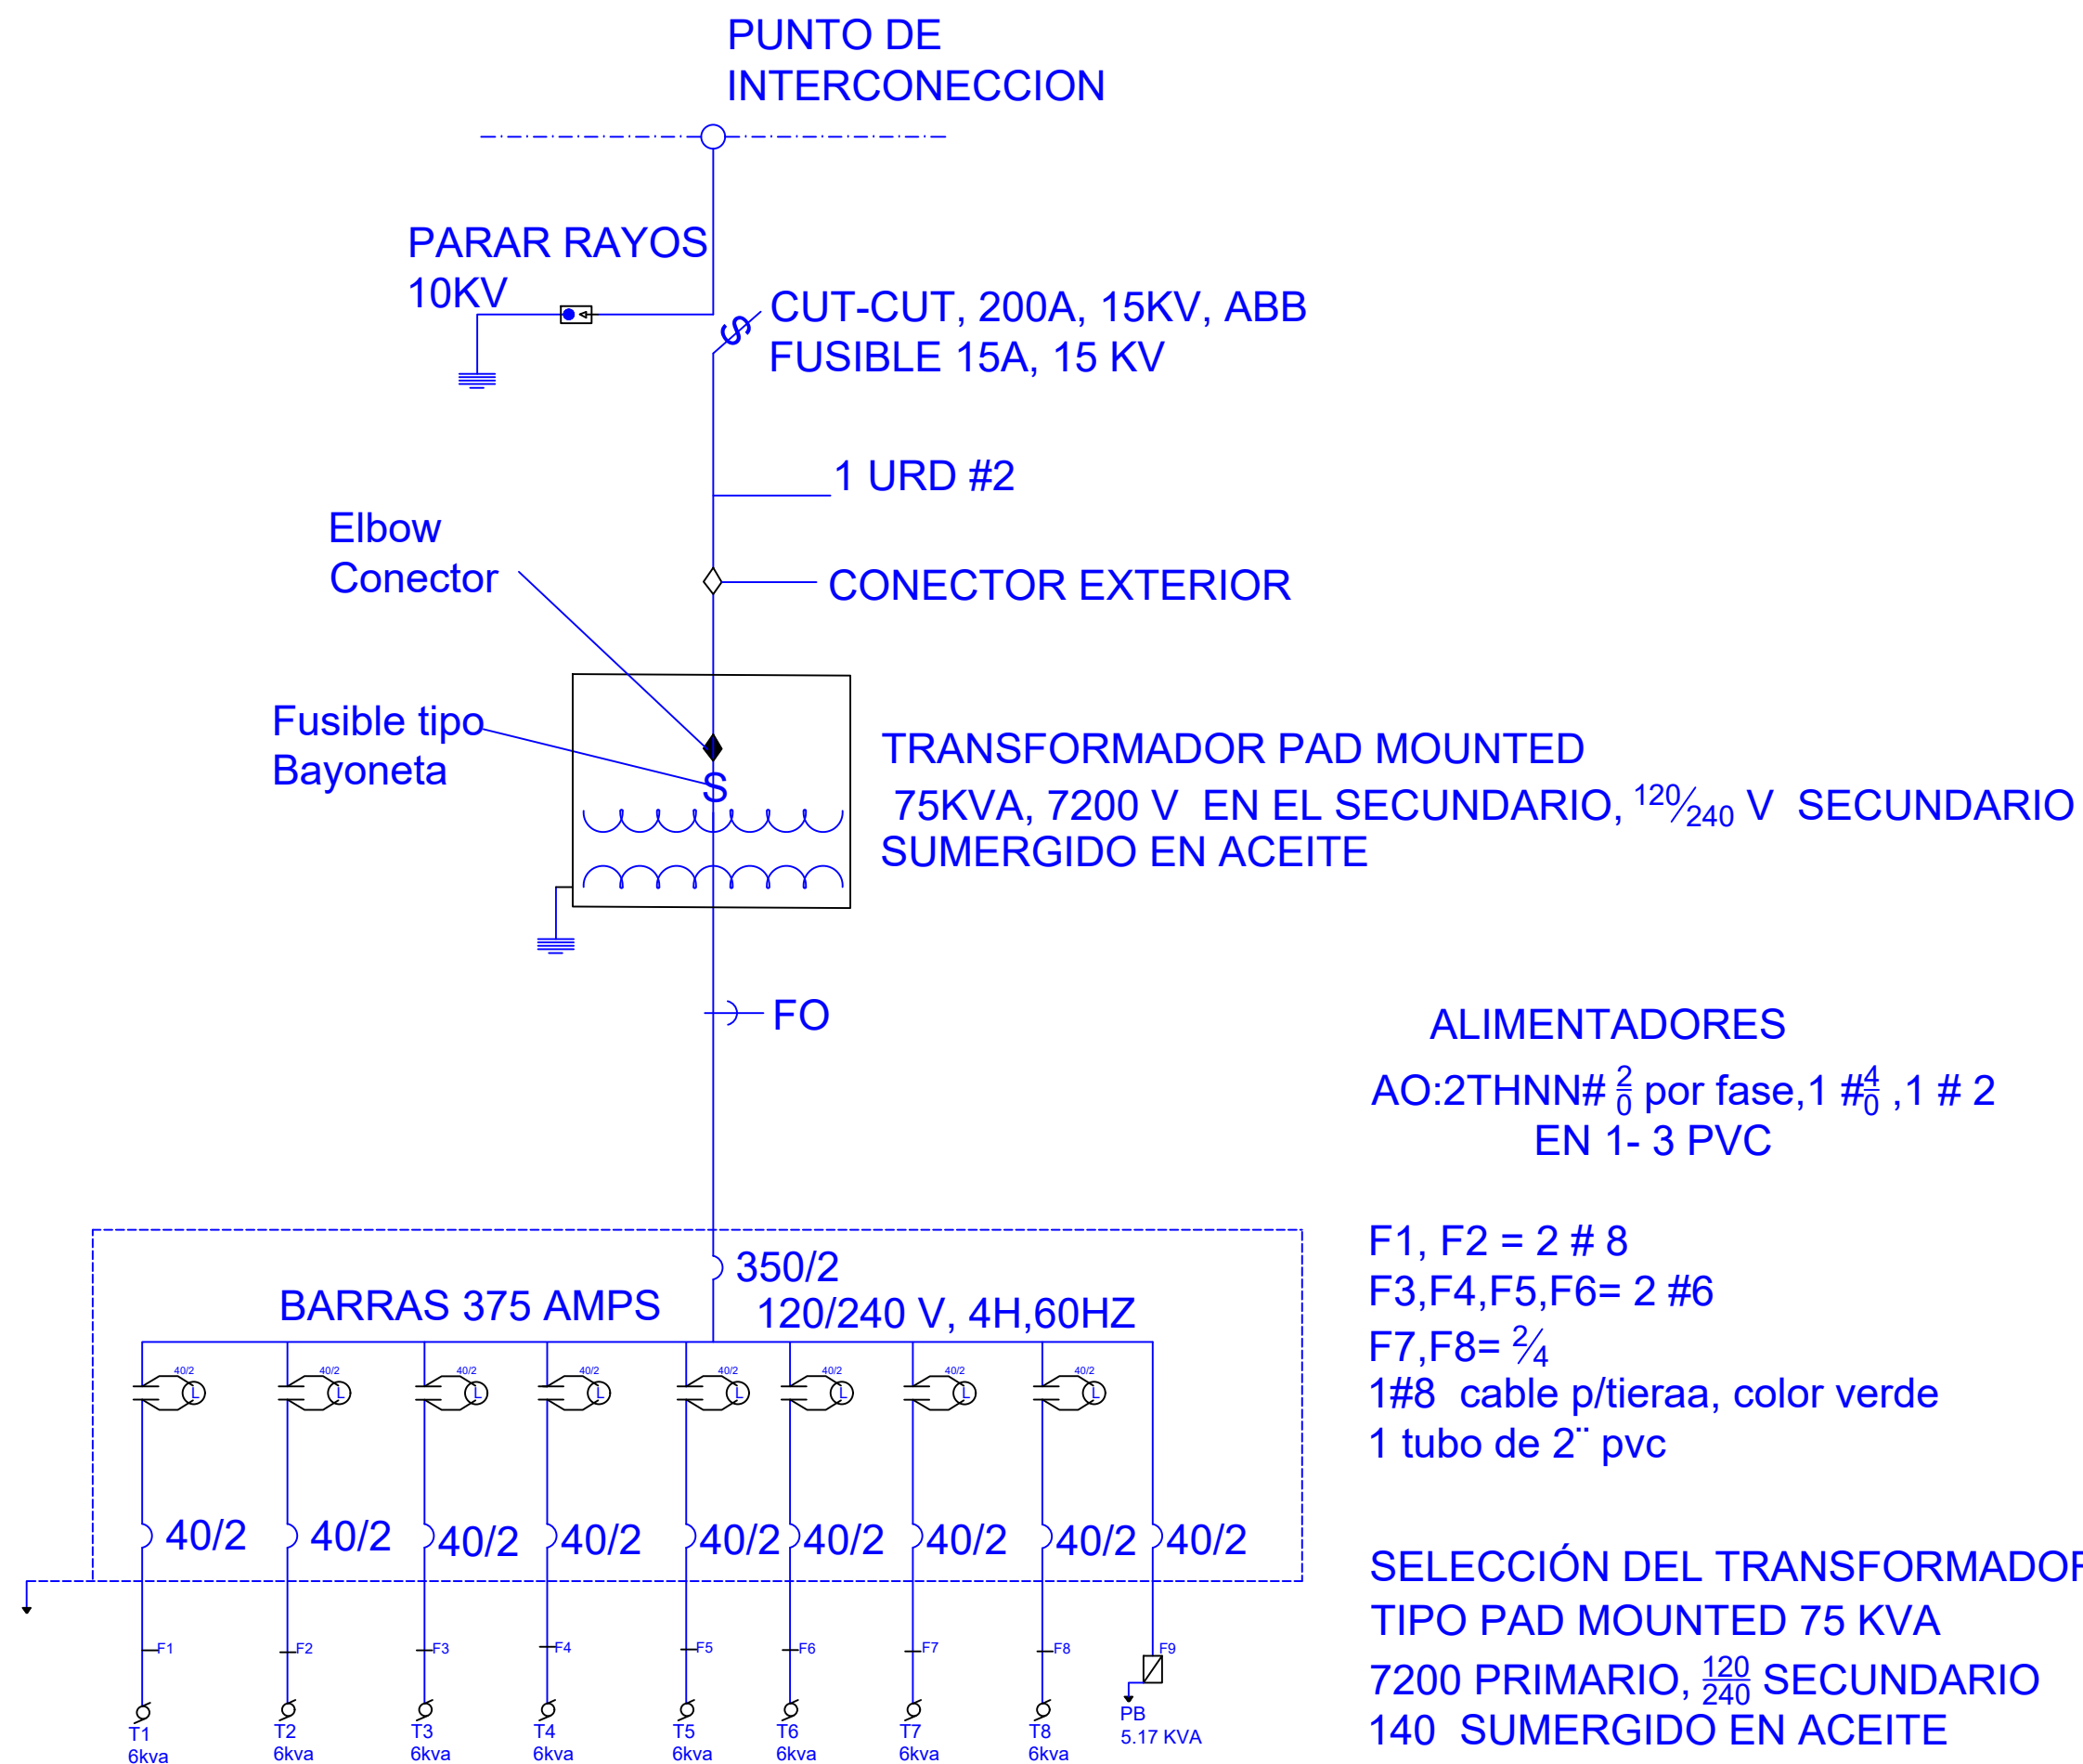

ALIMENTADORES
AO:2THNN# $\frac{2}{0}$ por fase, 1 # $\frac{4}{0}$, 1 # 2
EN 1- 3 PVC


F1, F2 = 2 # 8
F3,F4,F5,F6= 2 #6
F7,F8= $\frac{3}{4}$
1#8 cable p/tieraa, color verde
1 tubo de 2" pvc

SELECCIÓN DEL TRANSFORMADOR
TIPO PAD MOUNTED 75 KVA
7200 PRIMARIO, $\frac{120}{240}$ SECUNDARIO
140 SUMERGIDO EN ACEITE


SELECCIÓN DEL TRANSFORMADOR

-Cargas Conectadas: 8 KVA
-Cargas Conectadas= 48 KVA
-Factor de Demanda 80%
-Carga Conectada 38.40 kva
-Panel Ball= 5.17 kva
= 38.40 +5.17
= 43.57 KVA

Transfomador 75 KVA

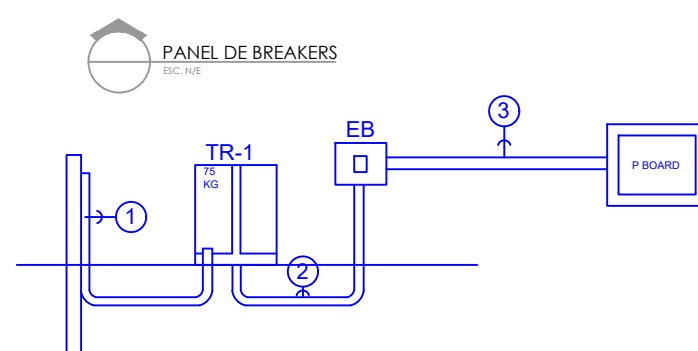

DIRECCION DE DESARROLLO
PROVINCIAL
DDP

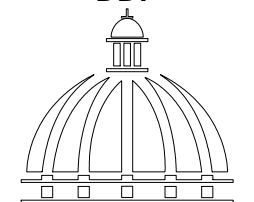

GOBIERNO DE LA
REPÚBLICA DOMINICANA

Ave. Dr. Delgado, Esq. Moises Garcia,
Gazcue, Sto. Dgo., R.D.
TEL.: (809)-364-2189 | FAX.: (809)- 688-1665
E-Mail: info@cpadp.gob.do

PROYECTO:
**Construcción campo de Béisbol
Los Amiguitos, sector Cruz Grande**

Municipio Santo Domingo Norte
República Dominicana

EQUIPO DE TRABAJO:

DISEÑO ARQUITECTÓNICO

codia 00000

ENC. INGENIERÍA

ING.Fior Daliza Bonifacio
codia 00000

ESTRUCTURAL

ING.

codia 00000

ELÉCTRICO

ING. JUAN PÉREZ
codia 00000

HIDRO-SANITARIO

ING. FRANCIS ESTEVEZ
codia 00000

SELLO DE APROBACIÓN:

CONTENIDO:

DIAGRAMA UNIFILAR
PANEL DE BREAKERS

ESCALA:

1:100

Septiembre 2026

NO. PÁGINA:

014

PANEL: PB

LUGAR:

FASE: 2

4

CONDUCTORES

SIMILAR: GE

CAT: THQC12420

ESPACIOS: 12

TENSIÓN: 120/240 VAC

BARRAS: AMP

INTERRUPTOR PRINCIPAL

40/2 AMP THQAL TIPO

BREAKERS

TIPO: THQAL

KVA	DESCRIPCIÓN	DUCT.	CAL	BKR	NO.	A	B	NO.	BKR	CAL	DUCT.	DESCRIPCIÓN	KVA
0.20	Luces Cafeteria	1/2"	12	20	1			2	20	12	1/2"	Toma Corriente Caf.	0.50
0.35	Toma Corriente caf.	1/2"	12	20	3			4	20	12	1/2"	T. Corriente Dogout 1,2	0.90
0.80	Luces Dogout 1,2	1/2"	12	20	5			6	20	12	1/2"	Luces Blichers	0.40
1.00	B. Agua 2 HP	3/4"	10	30	7			8					
1.00		3/4"	10	30	9			10					
					11			12					

CARGA CONECTADA: 5.17 KVA

ILUMINACIÓN: 1.42 KVA

TOMACORRIENTE: 1.75 KVA

OTROS: 2.00 KVA

FASE A: 2.92 KVA

FASE B: 2.25 KVA

DEMANDA MAXIMA: 5.17 KVA

CARGA DE DISEÑO: 5.17 KVA

CORRIENTE DE DISEÑO: 21.54 AMP

FACTOR DE DEMANDA: 100 %

CARGA RESERVA: KVA

NEUTRO: 21.54 Amps

ALIMENTADOR:


2 THW CAL. NO. 8

1 THW CAL. NO. 10

1 THW CAL. NO. 12

DUCTO DIAM: 3/4" TIPO: pvc

DIRECCION DE DESARROLLO
PROVINCIAL
DDP

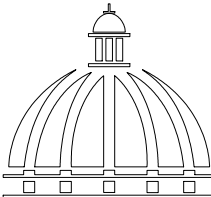

GOBIERNO DE LA
REPÚBLICA DOMINICANA

Ave. Dr. Delgado, Esq. Moises Garcia,
Gazcue, Sto. Dgo., R.D.
TEL.: (809)-364-2189 | FAX.: (809)- 688-1665
E-Mail: info@cpadp.gob.do

PROYECTO:

Construcción campo de Béisbol
Los Amiguitos, sector Cruz Grande

Municipio Santo Domingo Norte
República Dominicana

EQUIPO DE TRABAJO:

DISEÑO ARQUITECTÓNICO

codia 00000

ENC. INGENIERÍA

ING.Fior Daliza Bonifacio
codia 00000

ESTRUCTURAL

ING.

codia 00000

ELÉCTRICO

ING. JUAN PÉREZ
codia 00000

HIDRO-SANITARIO

ING. FRANCIS ESTEVEZ
codia 00000

SELLO DE APROBACIÓN:

CONTENIDO:

DETALLES ELÉCTRICOS


ESCALA:

1:100

Septiembre 2026

NO. PÁGINA:

015

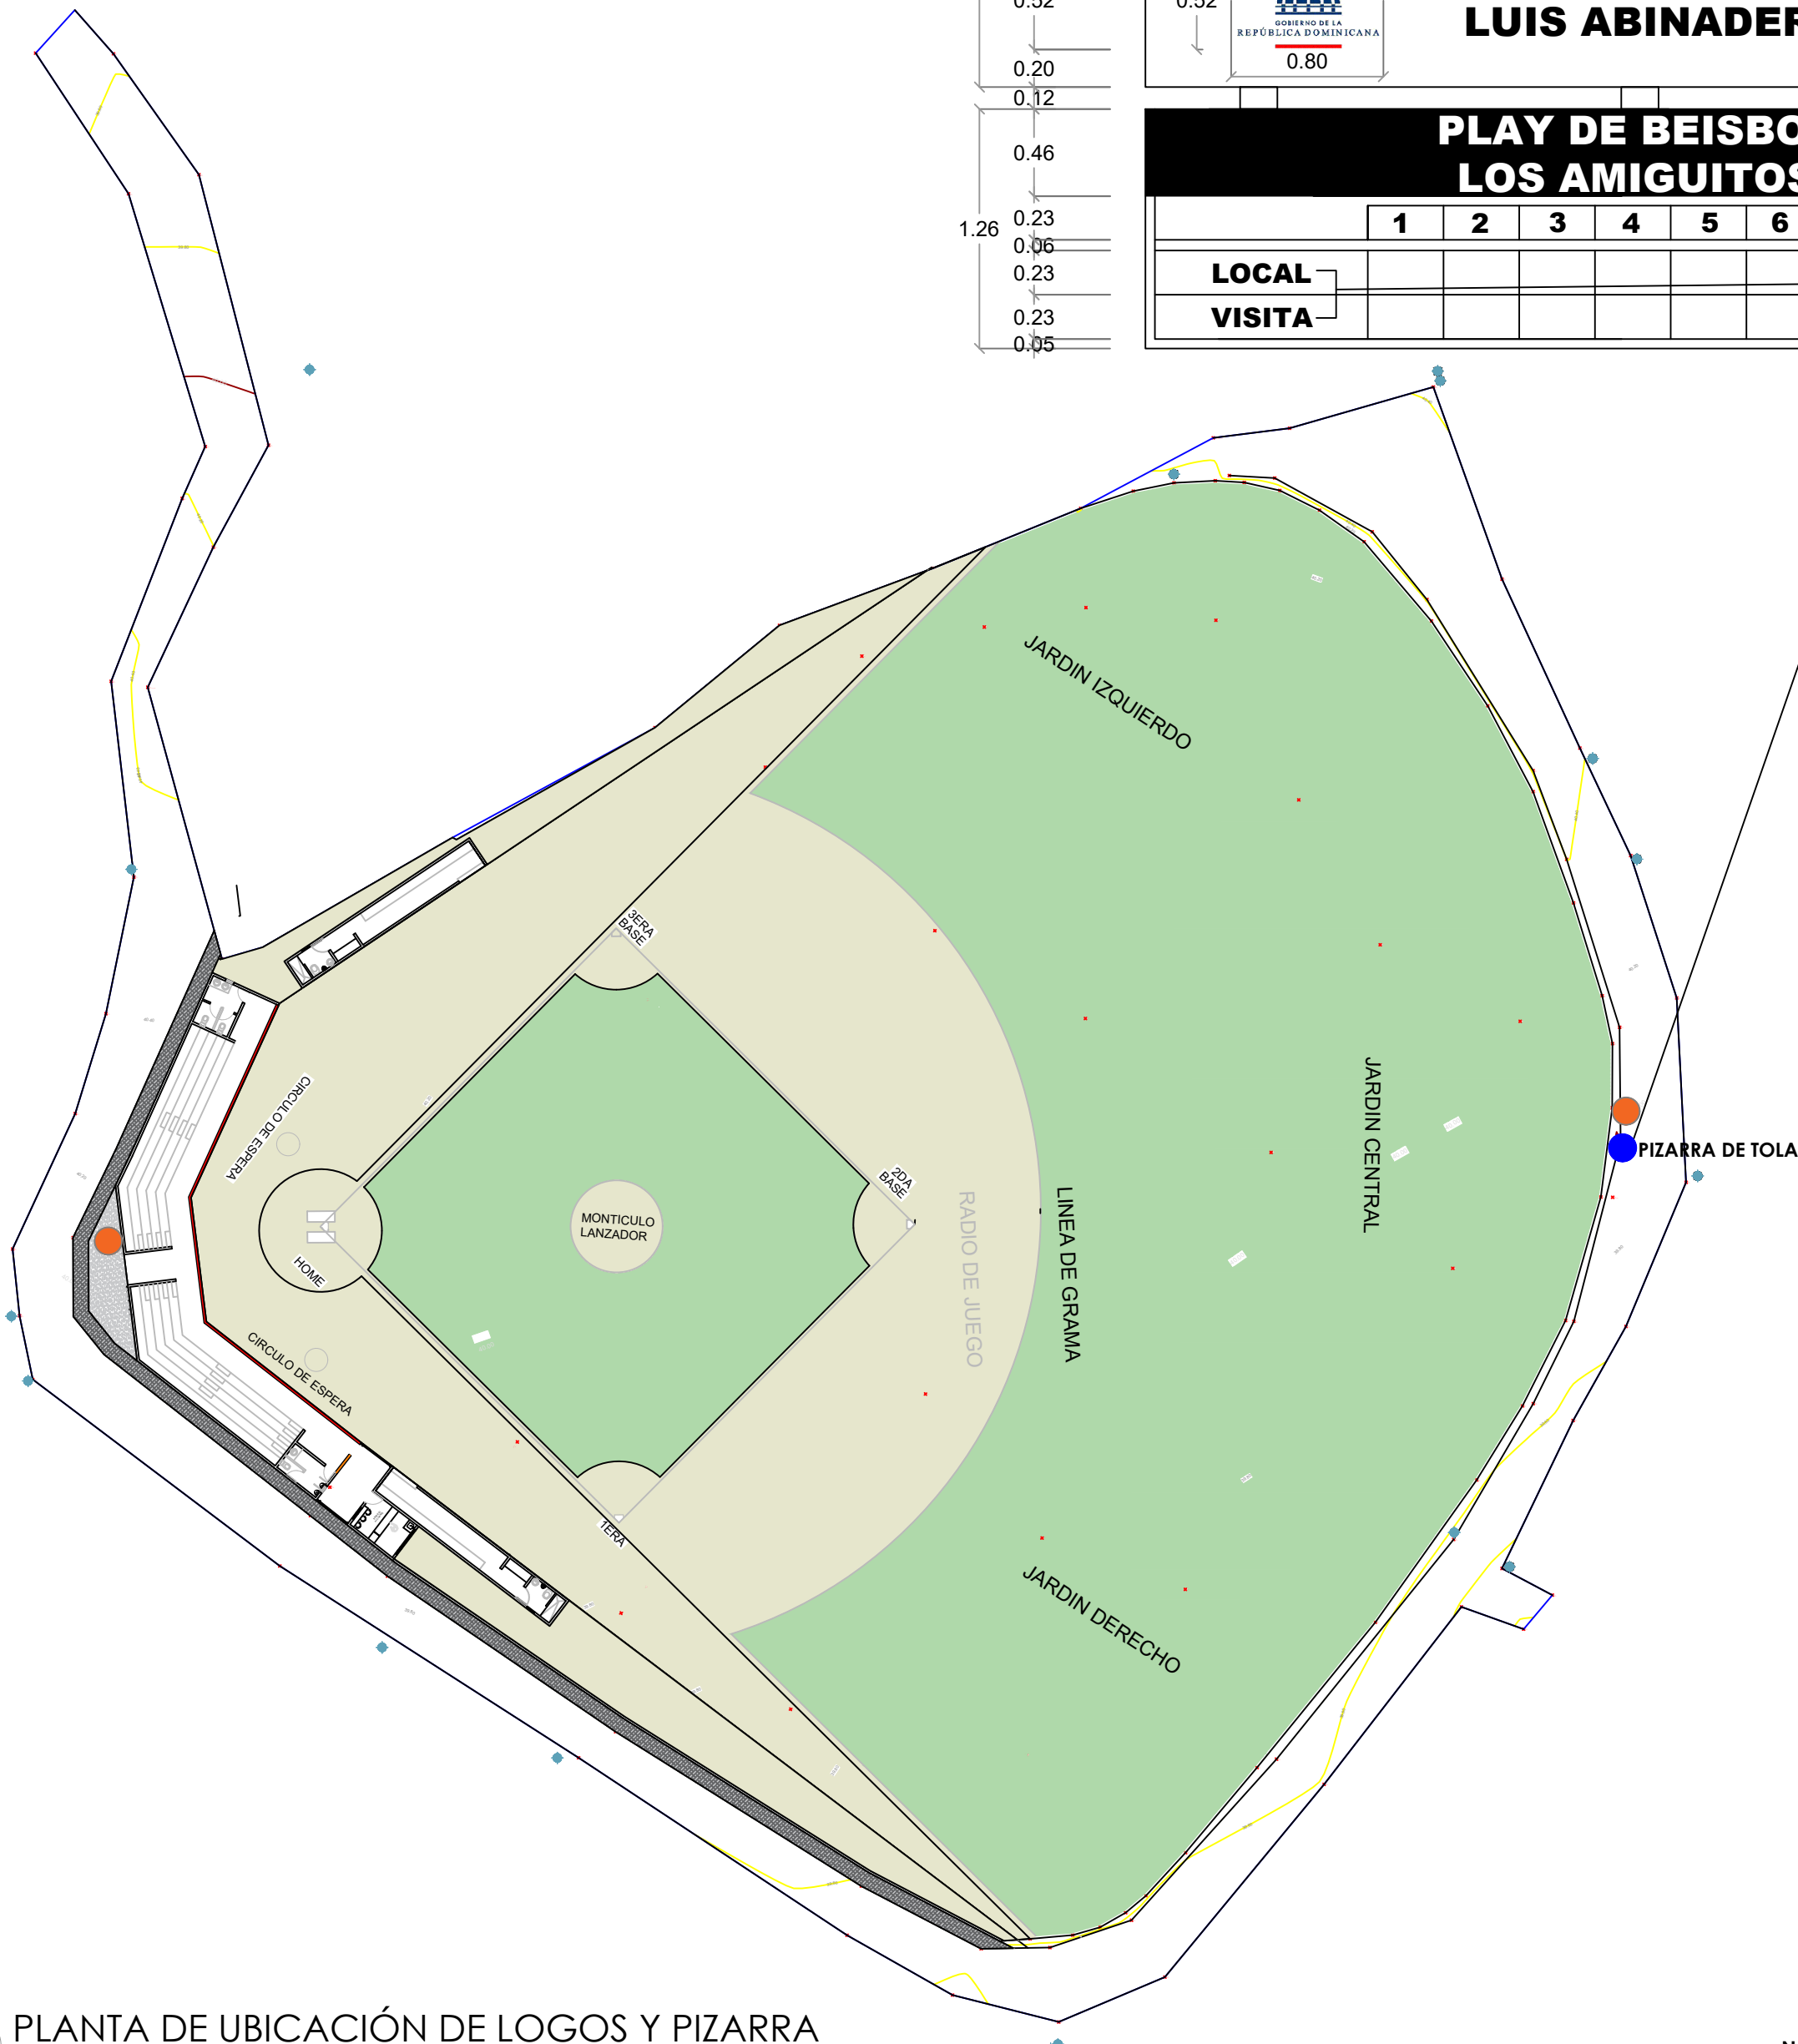

GOBIERNO DE LA REPÚBLICA DOMINICANA

0.52

0.80

GESTION 2024-2028

LUIS ABINADER

	1	2	3	4	5	6	7	8	9	10
LOCAL										
VISITA										

PLANTA DE UBICACIÓN DE LOGOS Y PIZARRA

ESC. 1:100

LEYENDA ZONIFICACION DE LOGOS		
SIMBOLO	DESCRIPCION	CANTIDAD
●	LOGOS	2

NOTA: CADA LOGO TENDRA DE DIAMETRO 1.20 M
ESTA CENTRALIZADO RESPECTO AL ESPACIO
DONDE SE UBICA, ESTO ES DE ACUERDO AL
ANCHO Y AL ALTO DEL AREA

NOTA: ESTOS PLANOS PUEDEN SER MODIFICADOS Y/O
AJUSTADOS EN CAMPO.

DIRECCION DE DESARROLLO
PROVINCIAL
DDP

GOBIERNO DE LA
REPÚBLICA DOMINICANA

Ave. Dr. Delgado, Esq. Moises Garcia,
Gazcue, Sto. Dgo., R.D.
TEL.: (809)-364-2189 | FAX.: (809)- 688-1665
E-Mail: info@cpadp.gob.do

PROYECTO:
**Construcción campo de Béisbol
Los Amiguitos, sector Cruz Grande**

Municipio Santo Domingo Norte
República Dominicana

- EQUIPO DE TRABAJO:
- DISEÑO ARQUITECTÓNICO**
- codia 00000
- ENC. INGENIERÍA**
ING.Fior Daliza Bonifacio
codia 00000
- ESTRUCTURAL**
ING.
codia 00000
- ELÉCTRICO**
ING. JUAN PÉREZ
codia 00000
- HIDRO-SANITARIO**
ING. FRANCIS ESTEVEZ
codia 00000

SELLO DE APROBACIÓN:

CONTENIDO:

PLANTA DE UBICACIÓN
DE LOGOS Y PIZARRA


ESCALA:

1:100


Septiembre 2026

NO. PÁGINA:

016

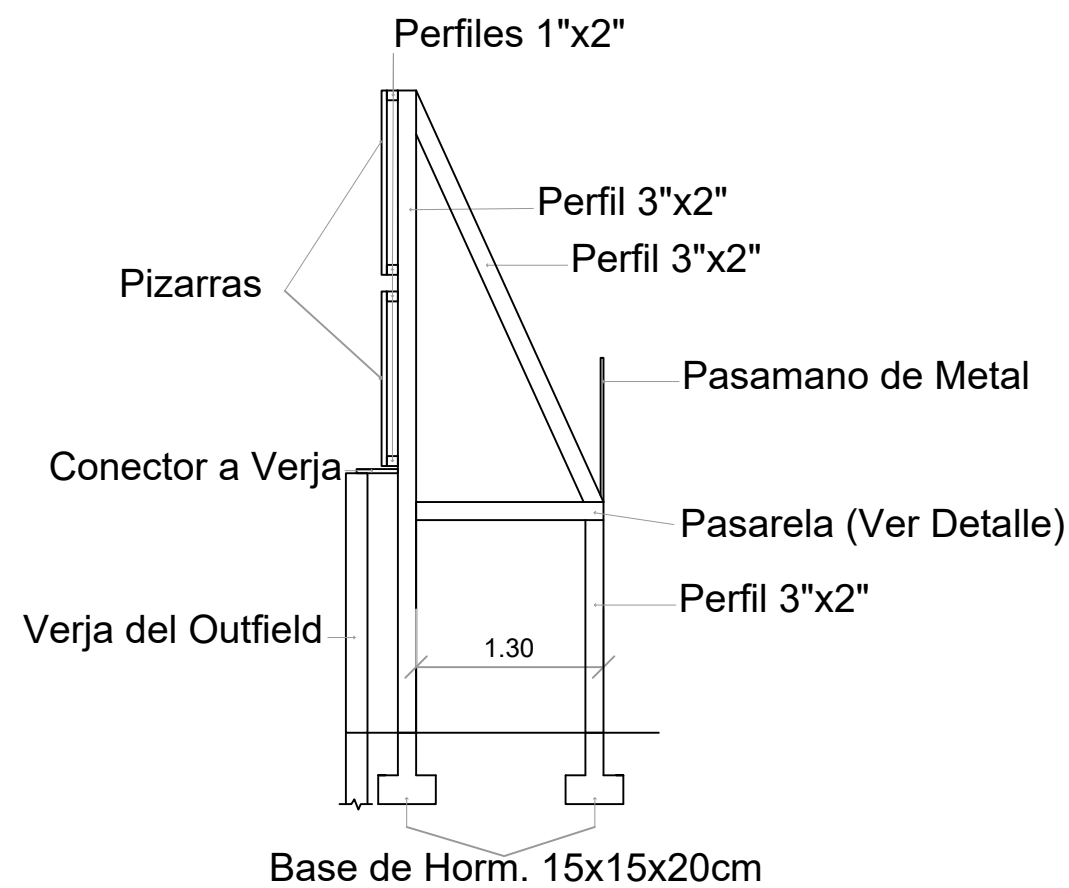

DETALLES DE PIZARRA EN TOLA
ESC. 1:100

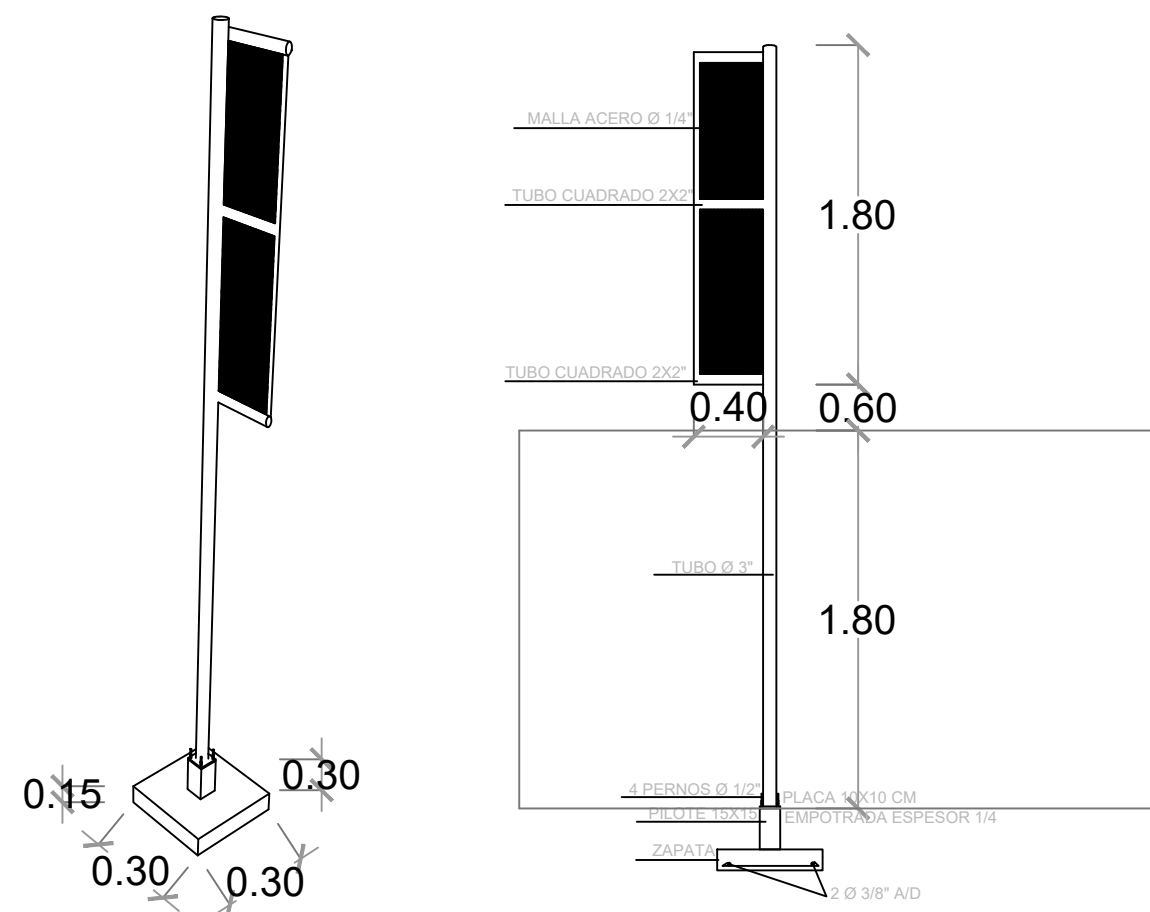

DETALLES POSTE DE FOUL
ESC. 1:100

DIRECCION DE DESARROLLO
PROVINCIAL
DDP



Ave. Dr. Delgado, Esq. Moises Garcia,
Gazcue, Sto. Dgo., R.D.
TEL.: (809)-364-2189 | FAX.: (809)- 688-1665
E-Mail: info@cpadp.gob.do

PROYECTO:
**Construcción campo de Béisbol
Los Amiguitos, sector Cruz Grande**

Municipio Santo Domingo Norte
República Dominicana

EQUIPO DE TRABAJO:

DISEÑO ARQUITECTONICO

codia 00000

ENC. INGENIERIA

ING. Fior Daliza Bonifacio
codia 00000

ESTRUCTURAL

ING.

codia 00000

ELECTRICO

ING. JUAN PÉREZ
codia 00000

HIDRO-SANITARIO

ING. FRANCIS ESTEVEZ
codia 00000

SELLO DE APROBACION

CONTENIDO:

**DETALLES DE PIZARRA Y
POSTE DE FOUL**


ESCALA:

1:100

Septiembre 2026


NO. PAGINA:

017

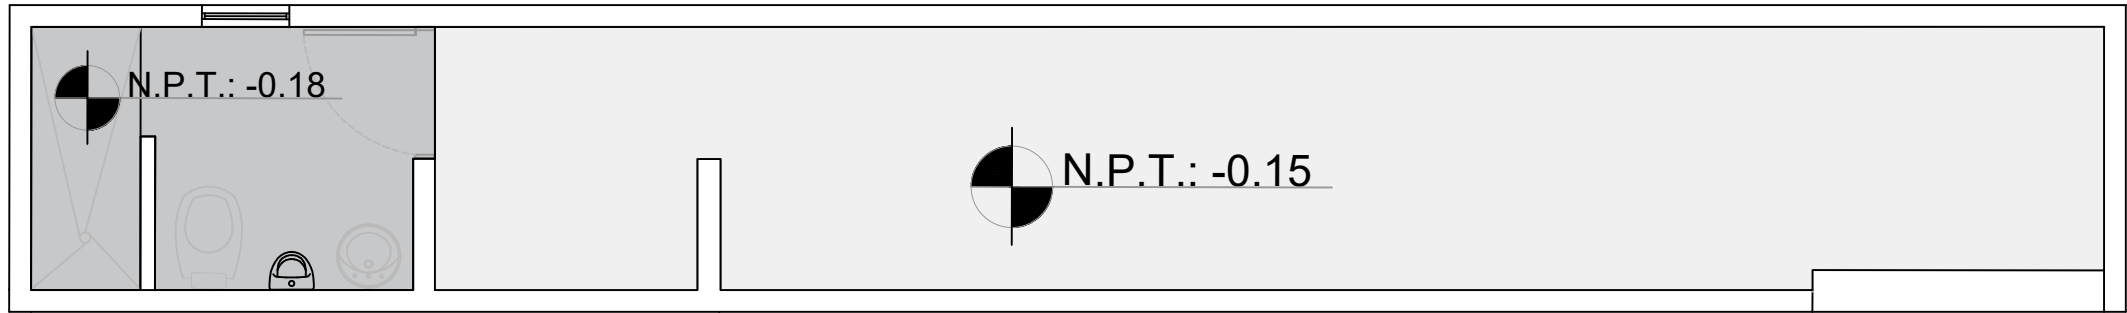


PLANTA DE PISOS
ESC. 1:100


LEYENDA		
	Tipo de Piso	Área m2
	Hormigón Pulido	20.25
	Hormigón Pulido	4.75

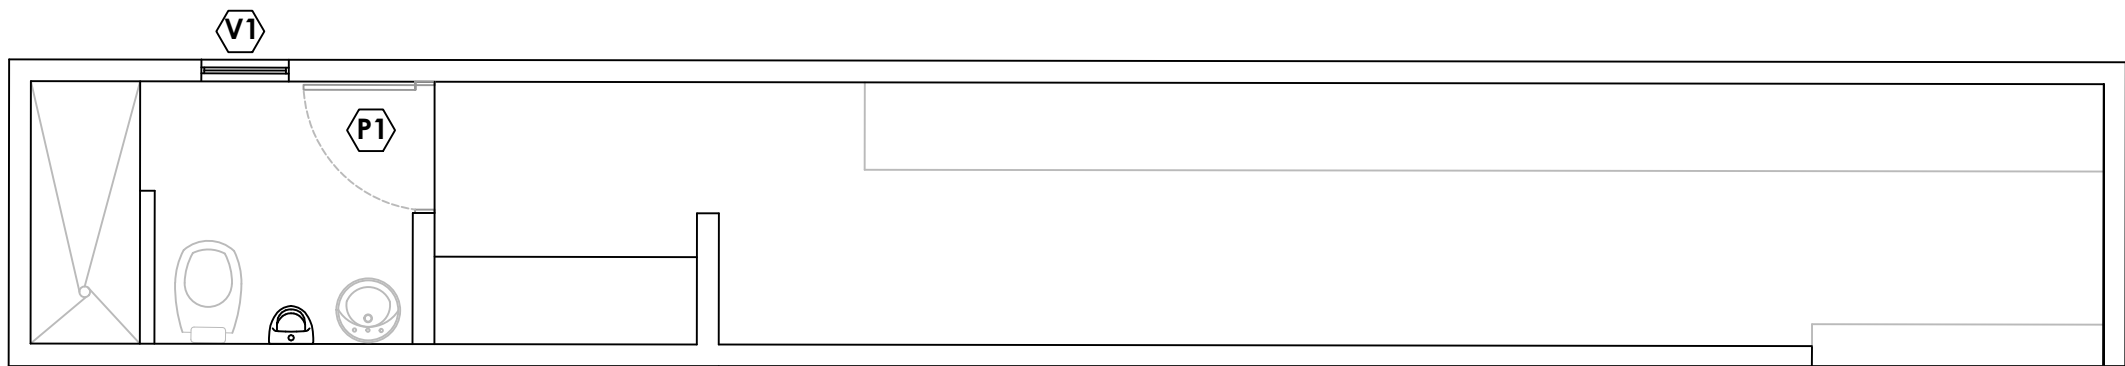

PLANTA ARQUITECTONICA - DUGOUT
ESC. 1:100

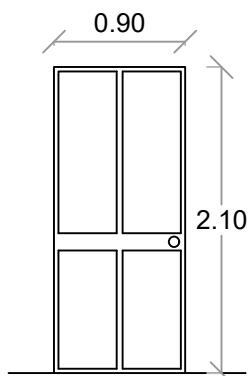

Puerta Dogout
ESC. 1:100

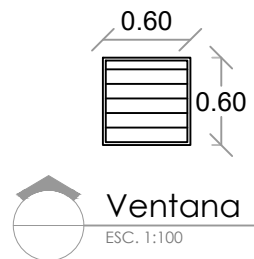

Ventana
ESC. 1:100

TABLA DE PUERTA							
No.	Tipo	Ancho	Altura	Área	Material	Observaciones	Cantidad
P1	Abatible	0.90	2.10	1.89 m²	Polimetálica	Blanca	1

TABLA DE VENTANA							
No.	Tipo	Ancho	Altura	Área	Material	Observaciones	Cantidad
V1	Fija	0.60	0.60	0.36 m²	celosia	Blanca	1

PROYECTO:
**Construcción campo de Béisbol
Los Amiguitos, sector Cruz Grande**

Municipio Santo Domingo Norte
República Dominicana

EQUIPO DE TRABAJO:

DISEÑO ARQUITECTÓNICO
codia 00000

ENC. INGENIERÍA
ING.Fior Daliza Bonifacio
codia 00000

ESTRUCTURAL
ING.
codia 00000

ELÉCTRICO
ING. JUAN PÉREZ
codia 00000

HIDRO-SANITARIO
ING. FRANCIS ESTEVEZ
codia 00000


SELLO DE APROBACIÓN:

CONTENIDO:
**PLANTA ARQUITECTÓNICA
Y DIMENSIONADA DOGOUT**

ESCALA:
1:100

Septiembre 2026


NO. PÁGINA:
019

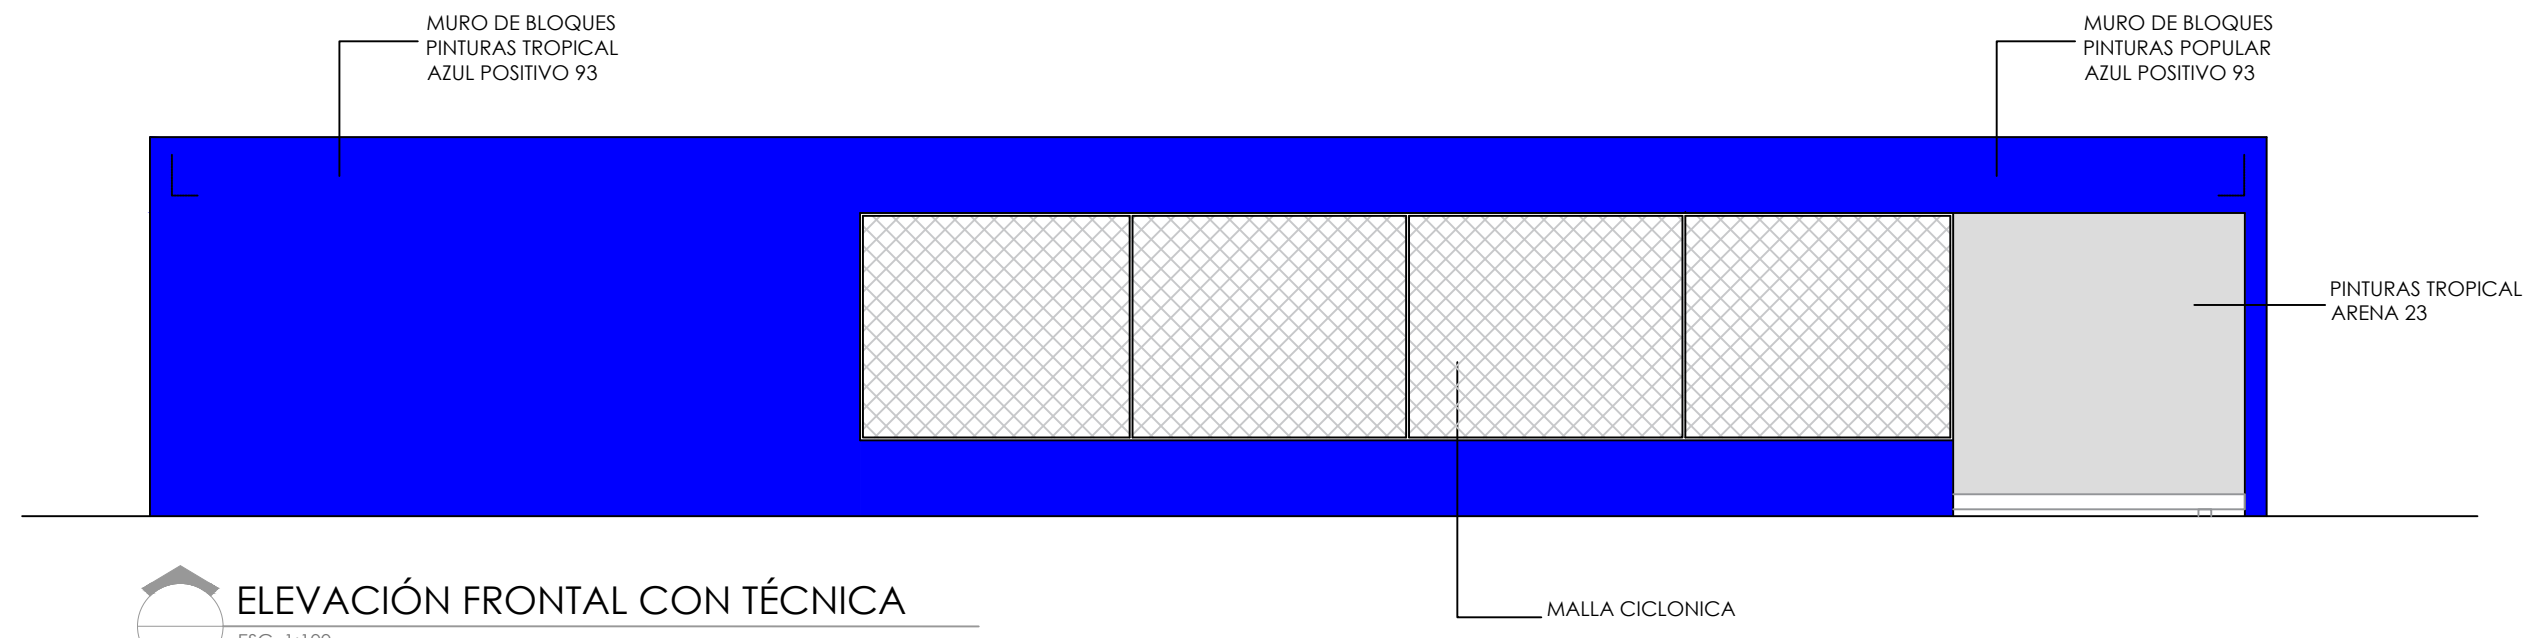


ELEVACIÓN FRONTAL CON TÉCNICA
ESC. 1:100



ELEVACIÓN POSTERIOR CON TÉCNICA
ESC. 1:100

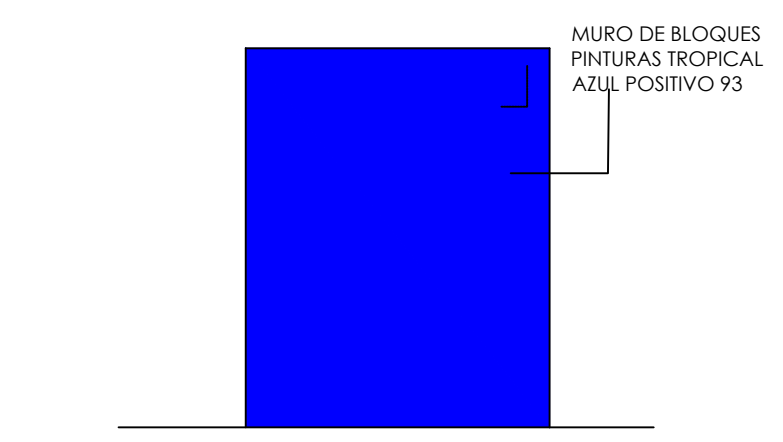


ELEVACION LATERAL DERECHO
ESC. 1:100

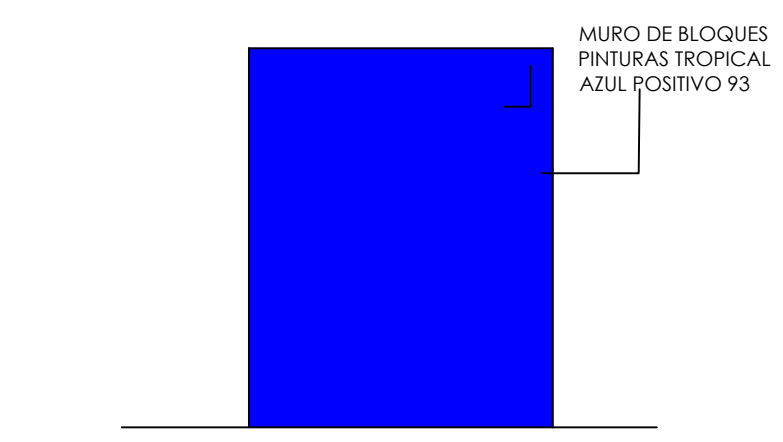

ELEVACION LATERAL IZQUIERDO
ESC. 1:100

DIRECCION DE DESARROLLO
PROVINCIAL
DDP

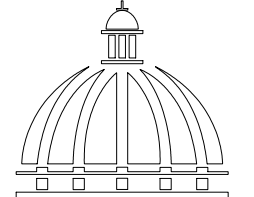

GOBIERNO DE LA
REPÚBLICA DOMINICANA

Ave. Dr. Delgado, Esq. Moises Garcia,
Gazcue, Sto. Dgo., R.D.
TEL.: (809)-364-2189 | FAX.: (809)- 688-1665
E-Mail: info@cpadp.gob.do

PROYECTO:
**Construcción campo de Béisbol
Los Amiguitos, sector Cruz Grande**

Municipio Santo Domingo Norte
República Dominicana

EQUIPO DE TRABAJO:	
DISEÑO ARQUITECTÓNICO	
	codia 00000
ENC. INGENIERÍA	
ING.Fior Daliza Bonifacio	codia 00000
ESTRUCTURAL	
ING.	codia 00000
ELÉCTRICO	
ING. JUAN PÉREZ	codia 00000
HIDRO-SANITARIO	
ING. FRANCIS ESTEVEZ	codia 00000

SELLO DE APROBACIÓN:

CONTENIDO:


ELEVACIONES

ESCALA:
1:100

Septiembre 2026

NO. PÁGINA:


020

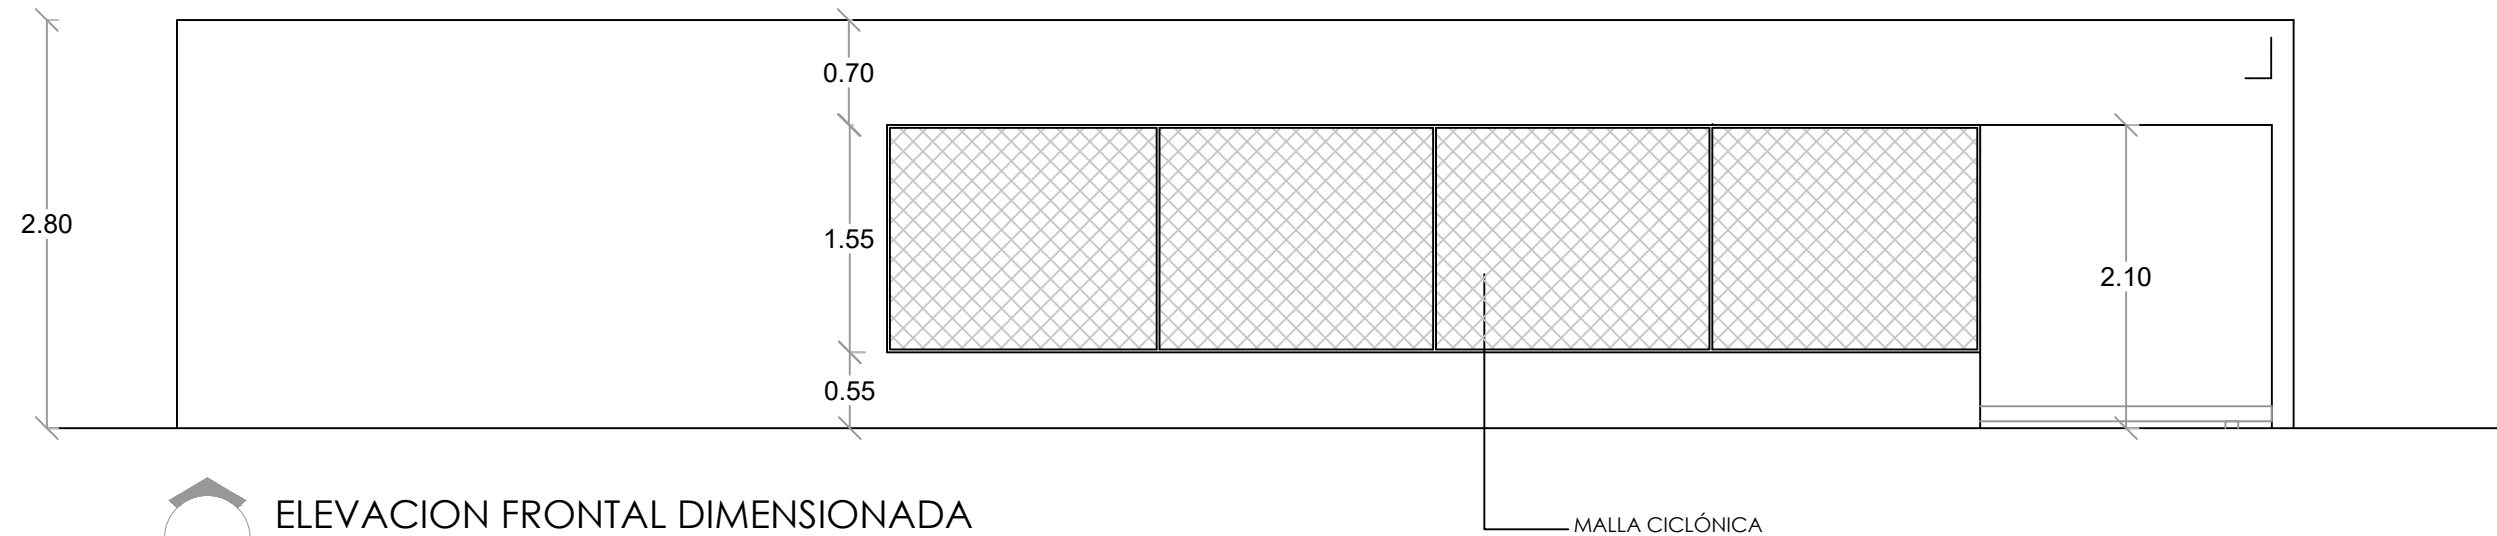


ELEVACION FRONTAL DIMENSIONADA
ESC. 1:100



ELEVACION POSTERIOR DIMENSIONADA
ESC. 1:100

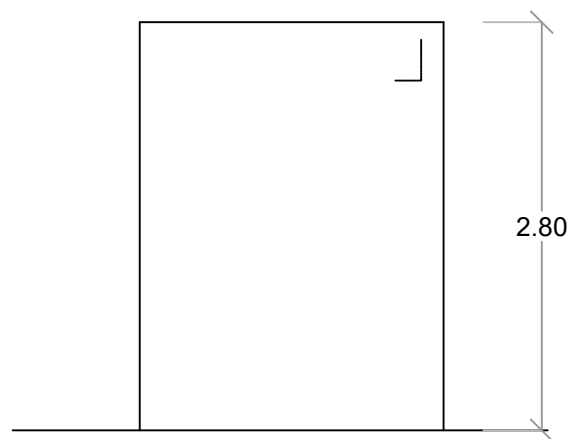


ELEVACION LATERAL DERECHO DIMENSIONADA
ESC. 1:100

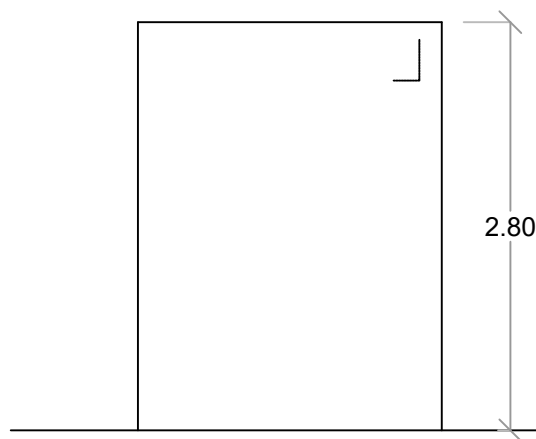

ELEVACION LATERAL IZQUIERDO DIMENSIONADA
ESC. 1:100

DIRECCION DE DESARROLLO
PROVINCIAL
DDP

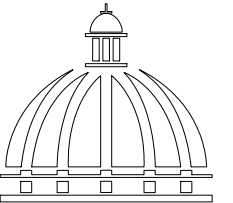

GOBIERNO DE LA
REPÚBLICA DOMINICANA

Ave. Dr. Delgado, Esq. Moises Garcia,
Gazcue, Sto. Dgo., R.D.
TEL.: (809)-364-2189 | FAX.: (809)- 688-1665
E-Mail: info@cpadp.gob.do

PROYECTO:
**Construcción campo de Béisbol
Los Amiguitos, sector Cruz Grande**

Municipio Santo Domingo Norte
República Dominicana

EQUIPO DE TRABAJO:

DISEÑO ARQUITECTÓNICO

codia 00000

ENC. INGENIERÍA

ING.Fior Daliza Bonifacio
codia 00000

ESTRUCTURAL

ING.

codia 00000

ELÉCTRICO

ING. JUAN PÉREZ
codia 00000

HIDRO-SANITARIO

ING. FRANCIS ESTEVEZ
codia 00000

SELLO DE APROBACIÓN:

CONTENIDO:

ELEVACIONES

ESCALA:


1:100

Septiembre 2026

NO. PÁGINA:

021

DIRECCION DE DESARROLLO
PROVINCIAL
DDP

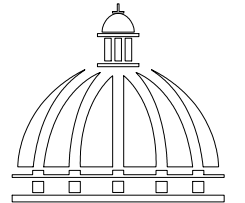

GOBIERNO DE LA
REPÚBLICA DOMINICANA

Ave. Dr. Delgado, Esq. Moises Garcia,
Gazcue, Sto. Dgo., R.D.
TEL.: (809)-364-2189 | FAX.: (809)- 688-1665
E-Mail: info@cpadp.gob.do

PROYECTO:
**Construcción campo de Béisbol
Los Amiguitos, sector Cruz Grande**

Municipio Santo Domingo Norte
República Dominicana

EQUIPO DE TRABAJO:

DISEÑO ARQUITECTÓNICO

codia 00000

ENC. INGENIERÍA

ING. Fior Daliza Bonifacio
codia 00000

ESTRUCTURAL

ING.

codia 00000

ELÉCTRICO

ING. JUAN PÉREZ
codia 00000

HIDRO-SANITARIO

ING. FRANCIS ESTEVEZ
codia 00000

SELLO DE APROBACIÓN:

CONTENIDO:

SECCIONES



ESCALA:



1:100

Septiembre 2026


NO. PÁGINA:

022

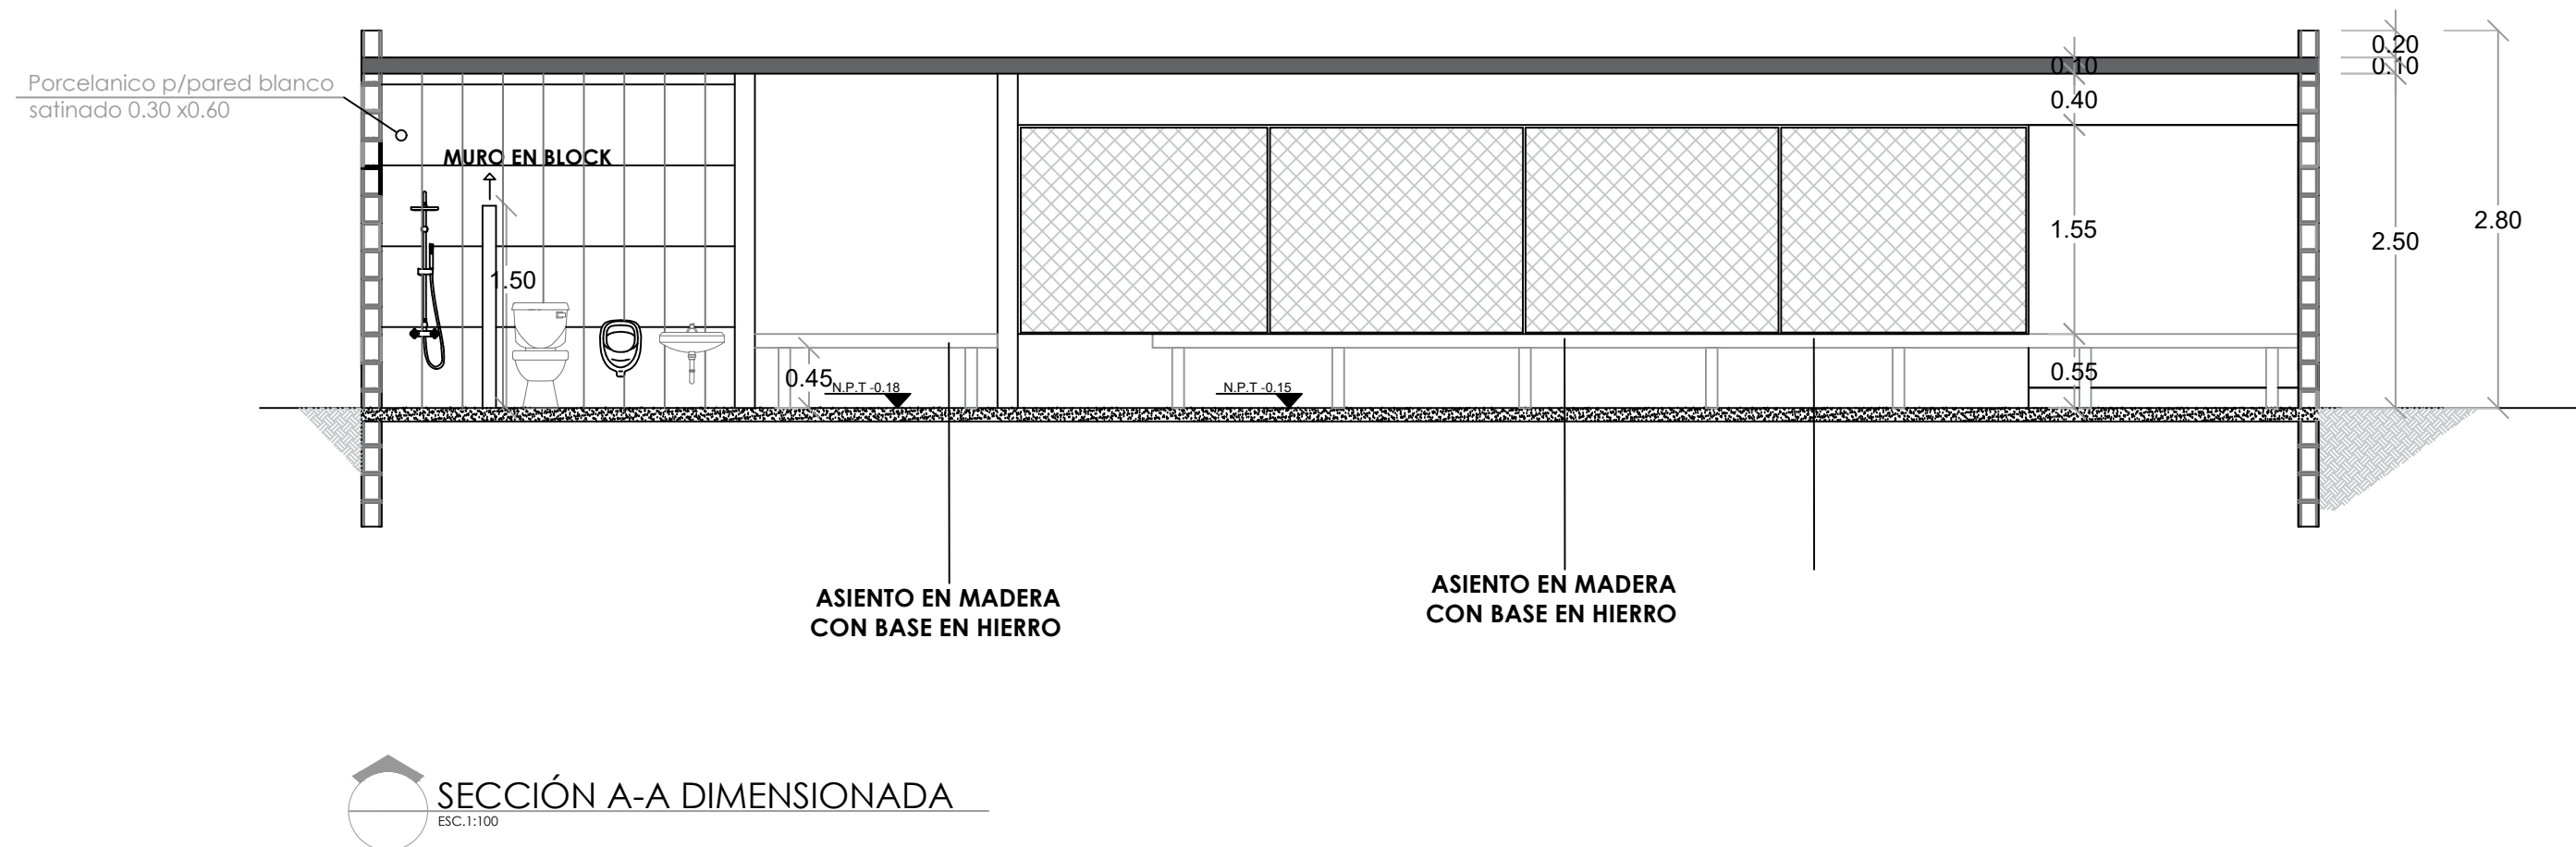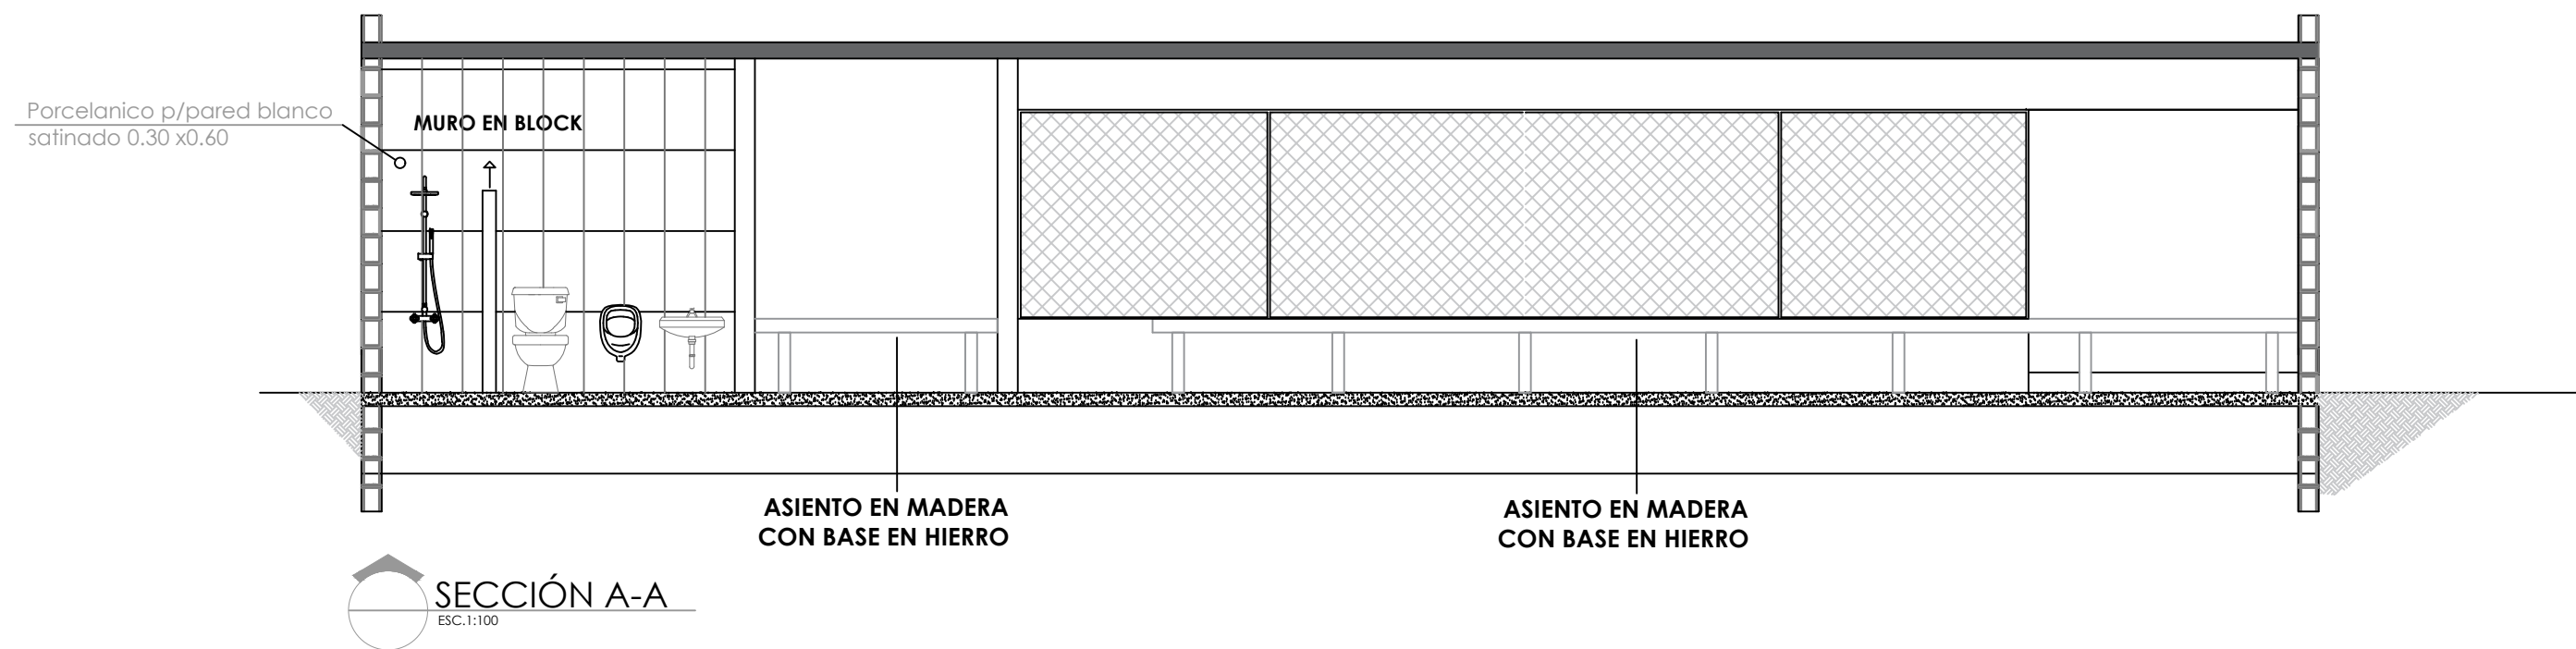

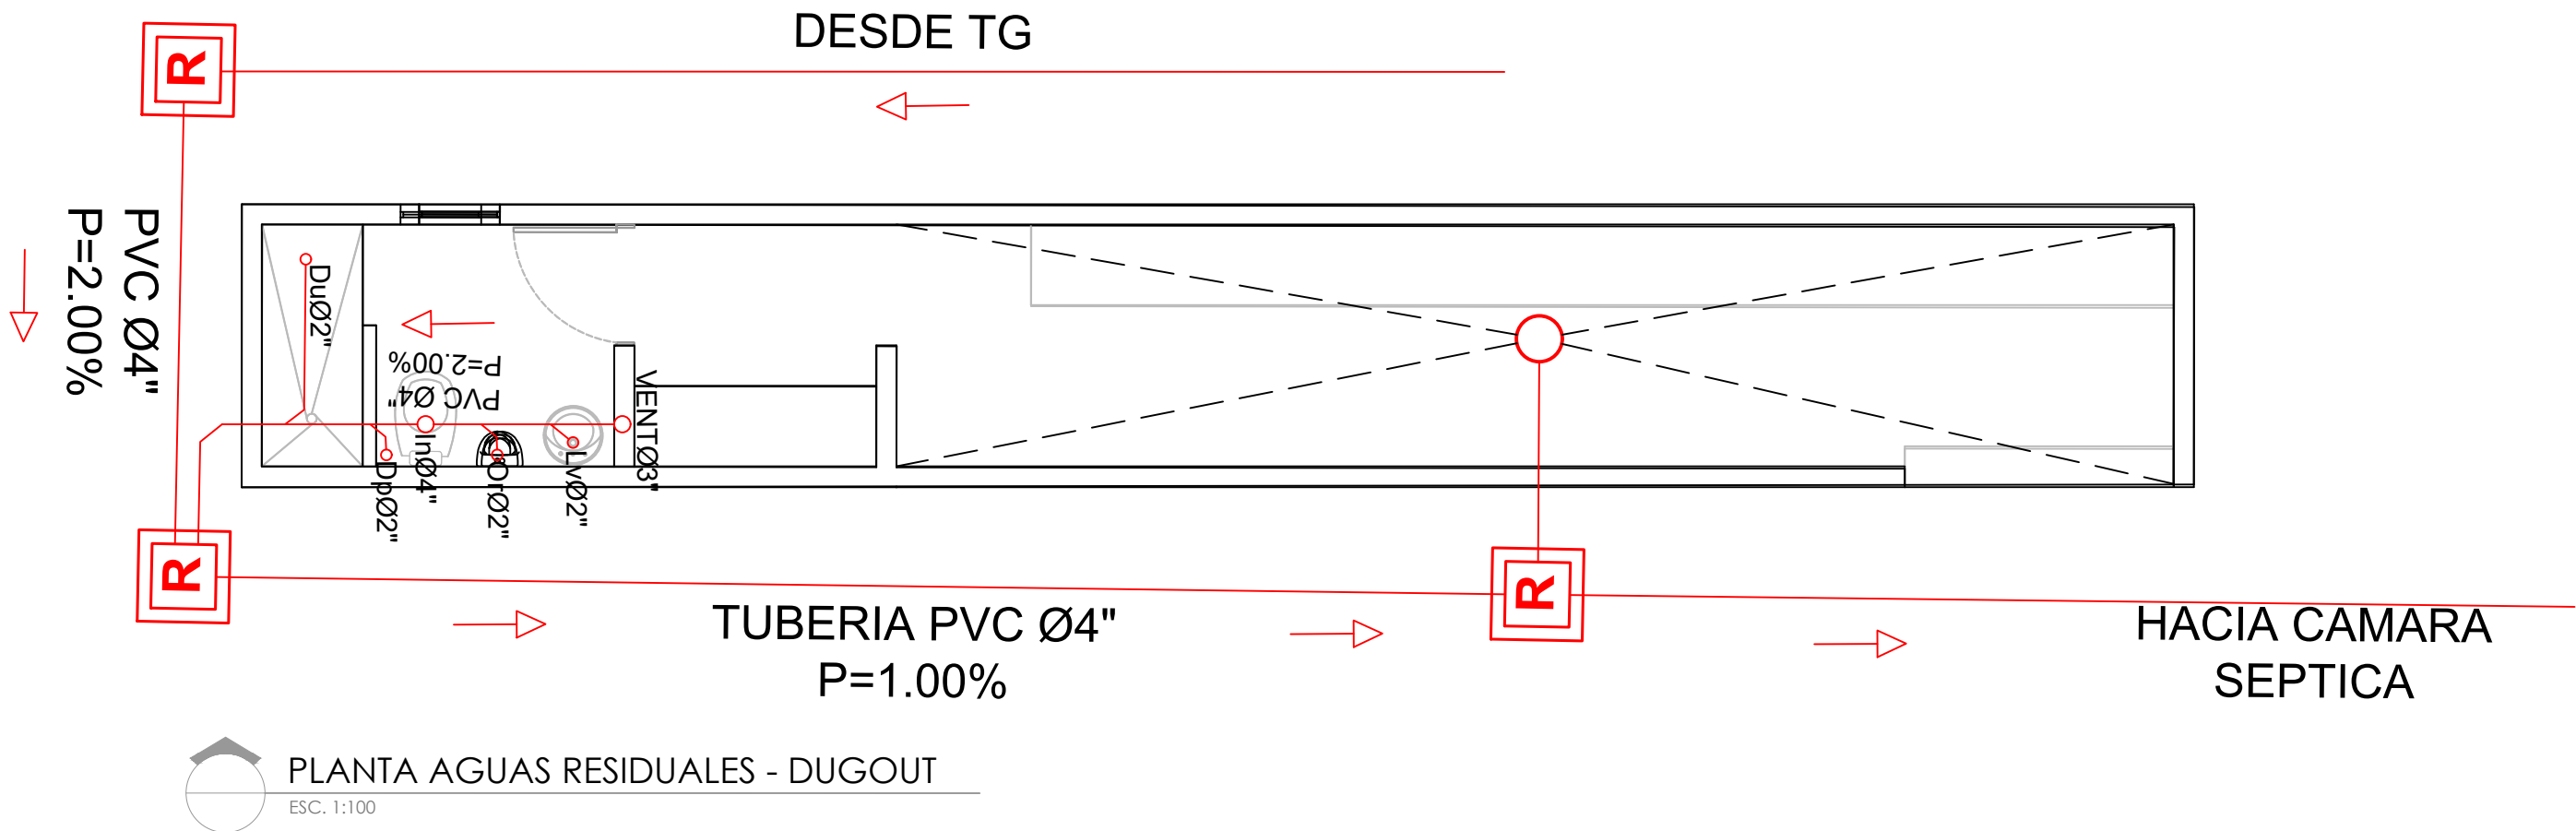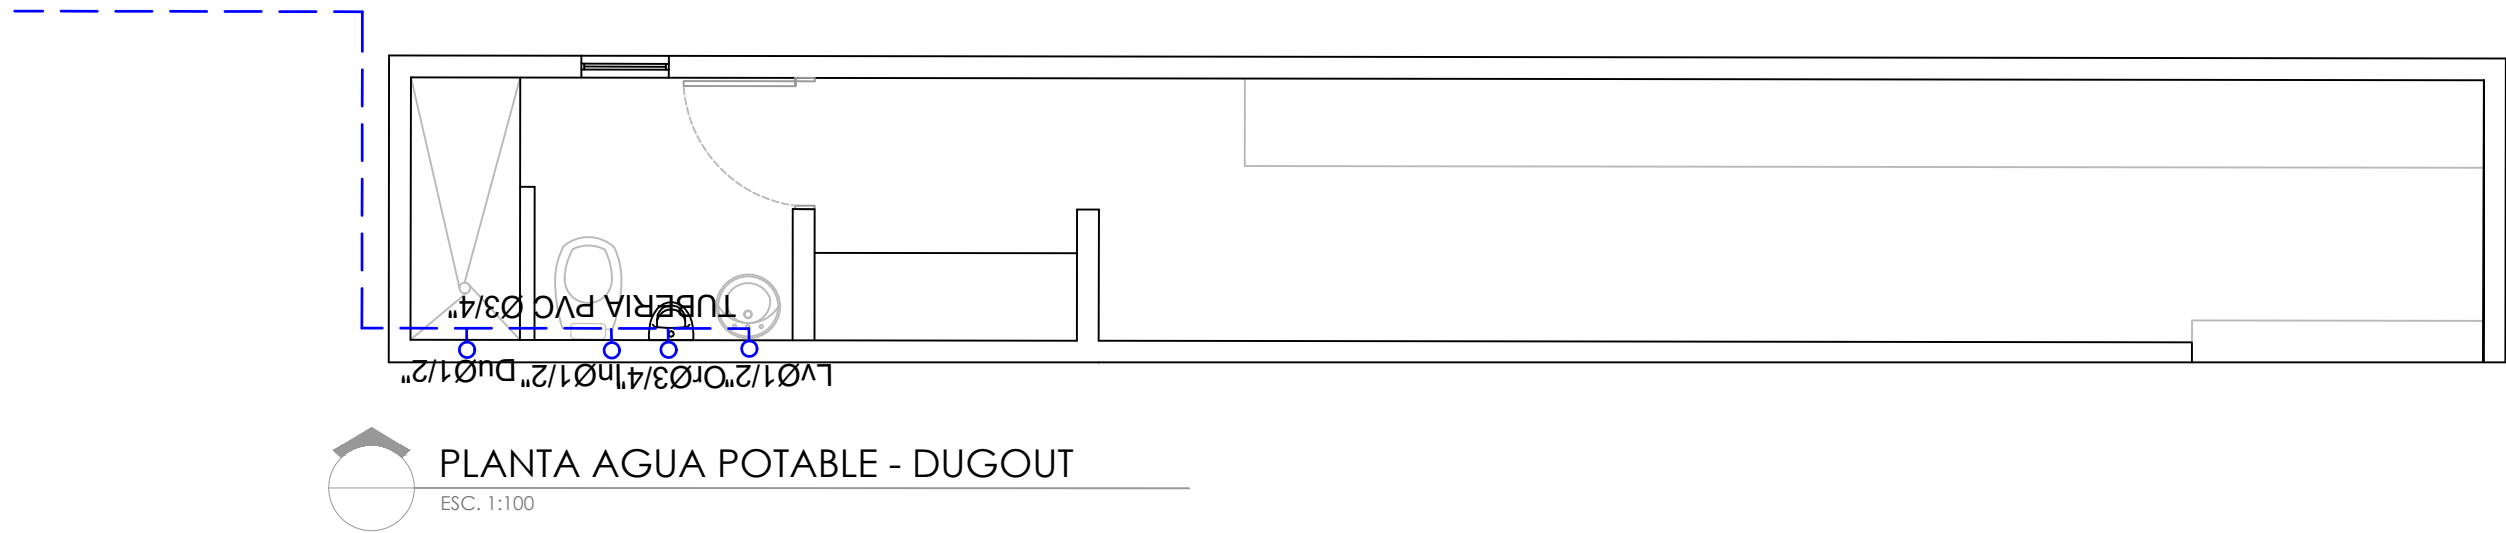

DIRECCION DE DESARROLLO
PROVINCIAL
DDP

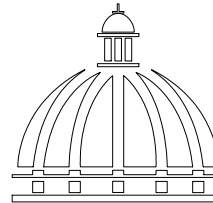

GOBIERNO DE LA
REPÚBLICA DOMINICANA

Ave. Dr. Delgado, Esq. Moises Garcia,
Gazcue, Sto. Dgo., R.D.
TEL.: (809)-364-2189 | FAX.: (809)- 688-1665
E-Mail: info@cpadp.gob.do

PROYECTO:
**Construcción campo de Béisbol
Los Amiguitos, sector Cruz Grande**

Municipio Santo Domingo Norte
República Dominicana

EQUIPO DE TRABAJO:	
DISEÑO ARQUITECTÓNICO	
	codia 00000
ENC. INGENIERÍA	
ING.Fior Daliza Bonifacio	codia 00000
ESTRUCTURAL	
ING.	codia 00000
ELÉCTRICO	
ING. JUAN PÉREZ	codia 00000
HIDRO-SANITARIO	
ING. FRANCIS ESTEVEZ	codia 00000



SELLO DE APROBACIÓN:

CONTENIDO:
**PLANTA DE INSTALACIONES
SANITARIAS**

ESCALA:
1:100

Septiembre 2026


NO. PÁGINA:
023

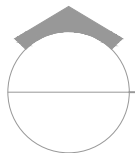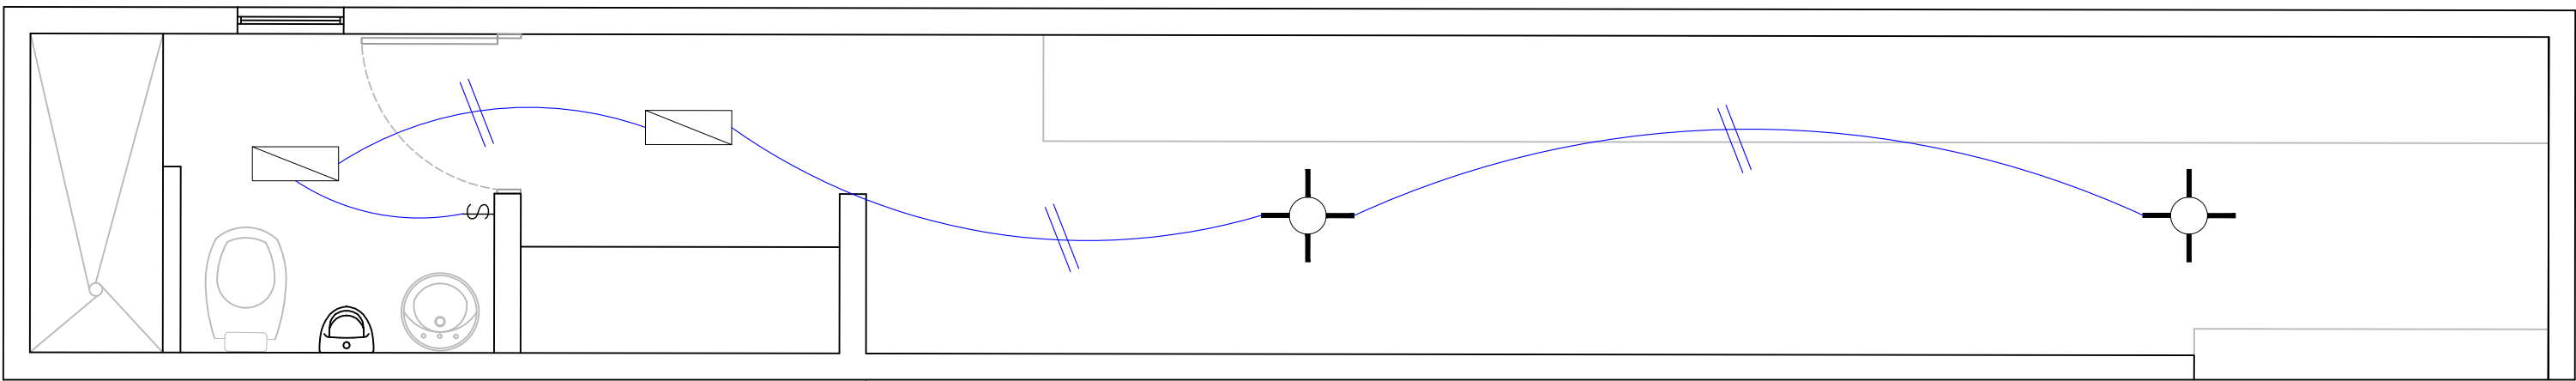

PLANTA ARQUITECTONICA - DUGOUT

ESC. 1:100

DIRECCION DE DESARROLLO
PROVINCIAL
DDP

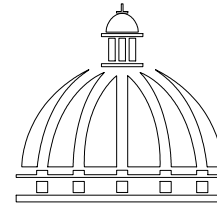

GOBIERNO DE LA
REPÚBLICA DOMINICANA

Ave. Dr. Delgado, Esq. Moises Garcia,
Gazcue, Sto. Dgo., R.D.
TEL.: (809)-364-2189 | FAX.: (809)- 688-1665
E-Mail: info@cpadp.gob.do

PROYECTO:
**Construcción campo de Béisbol
Los Amiguitos, sector Cruz Grande**

Municipio Santo Domingo Norte
República Dominicana

EQUIPO DE TRABAJO:

DISEÑO ARQUITECTÓNICO

codia 00000

ENC. INGENIERÍA

ING.Fior Daliza Bonifacio
codia 00000

ESTRUCTURAL

ING.

codia 00000

ELÉCTRICO

ING. JUAN PÉREZ
codia 00000

HIDRO-SANITARIO

ING. FRANCIS ESTEVEZ
codia 00000

SELLO DE APROBACIÓN:

CONTENIDO:

PLANTA INSTALACIONES
ELECTRICAS



ESCALA:

1:100

Septiembre 2026

NO. PÁGINA:

 
024

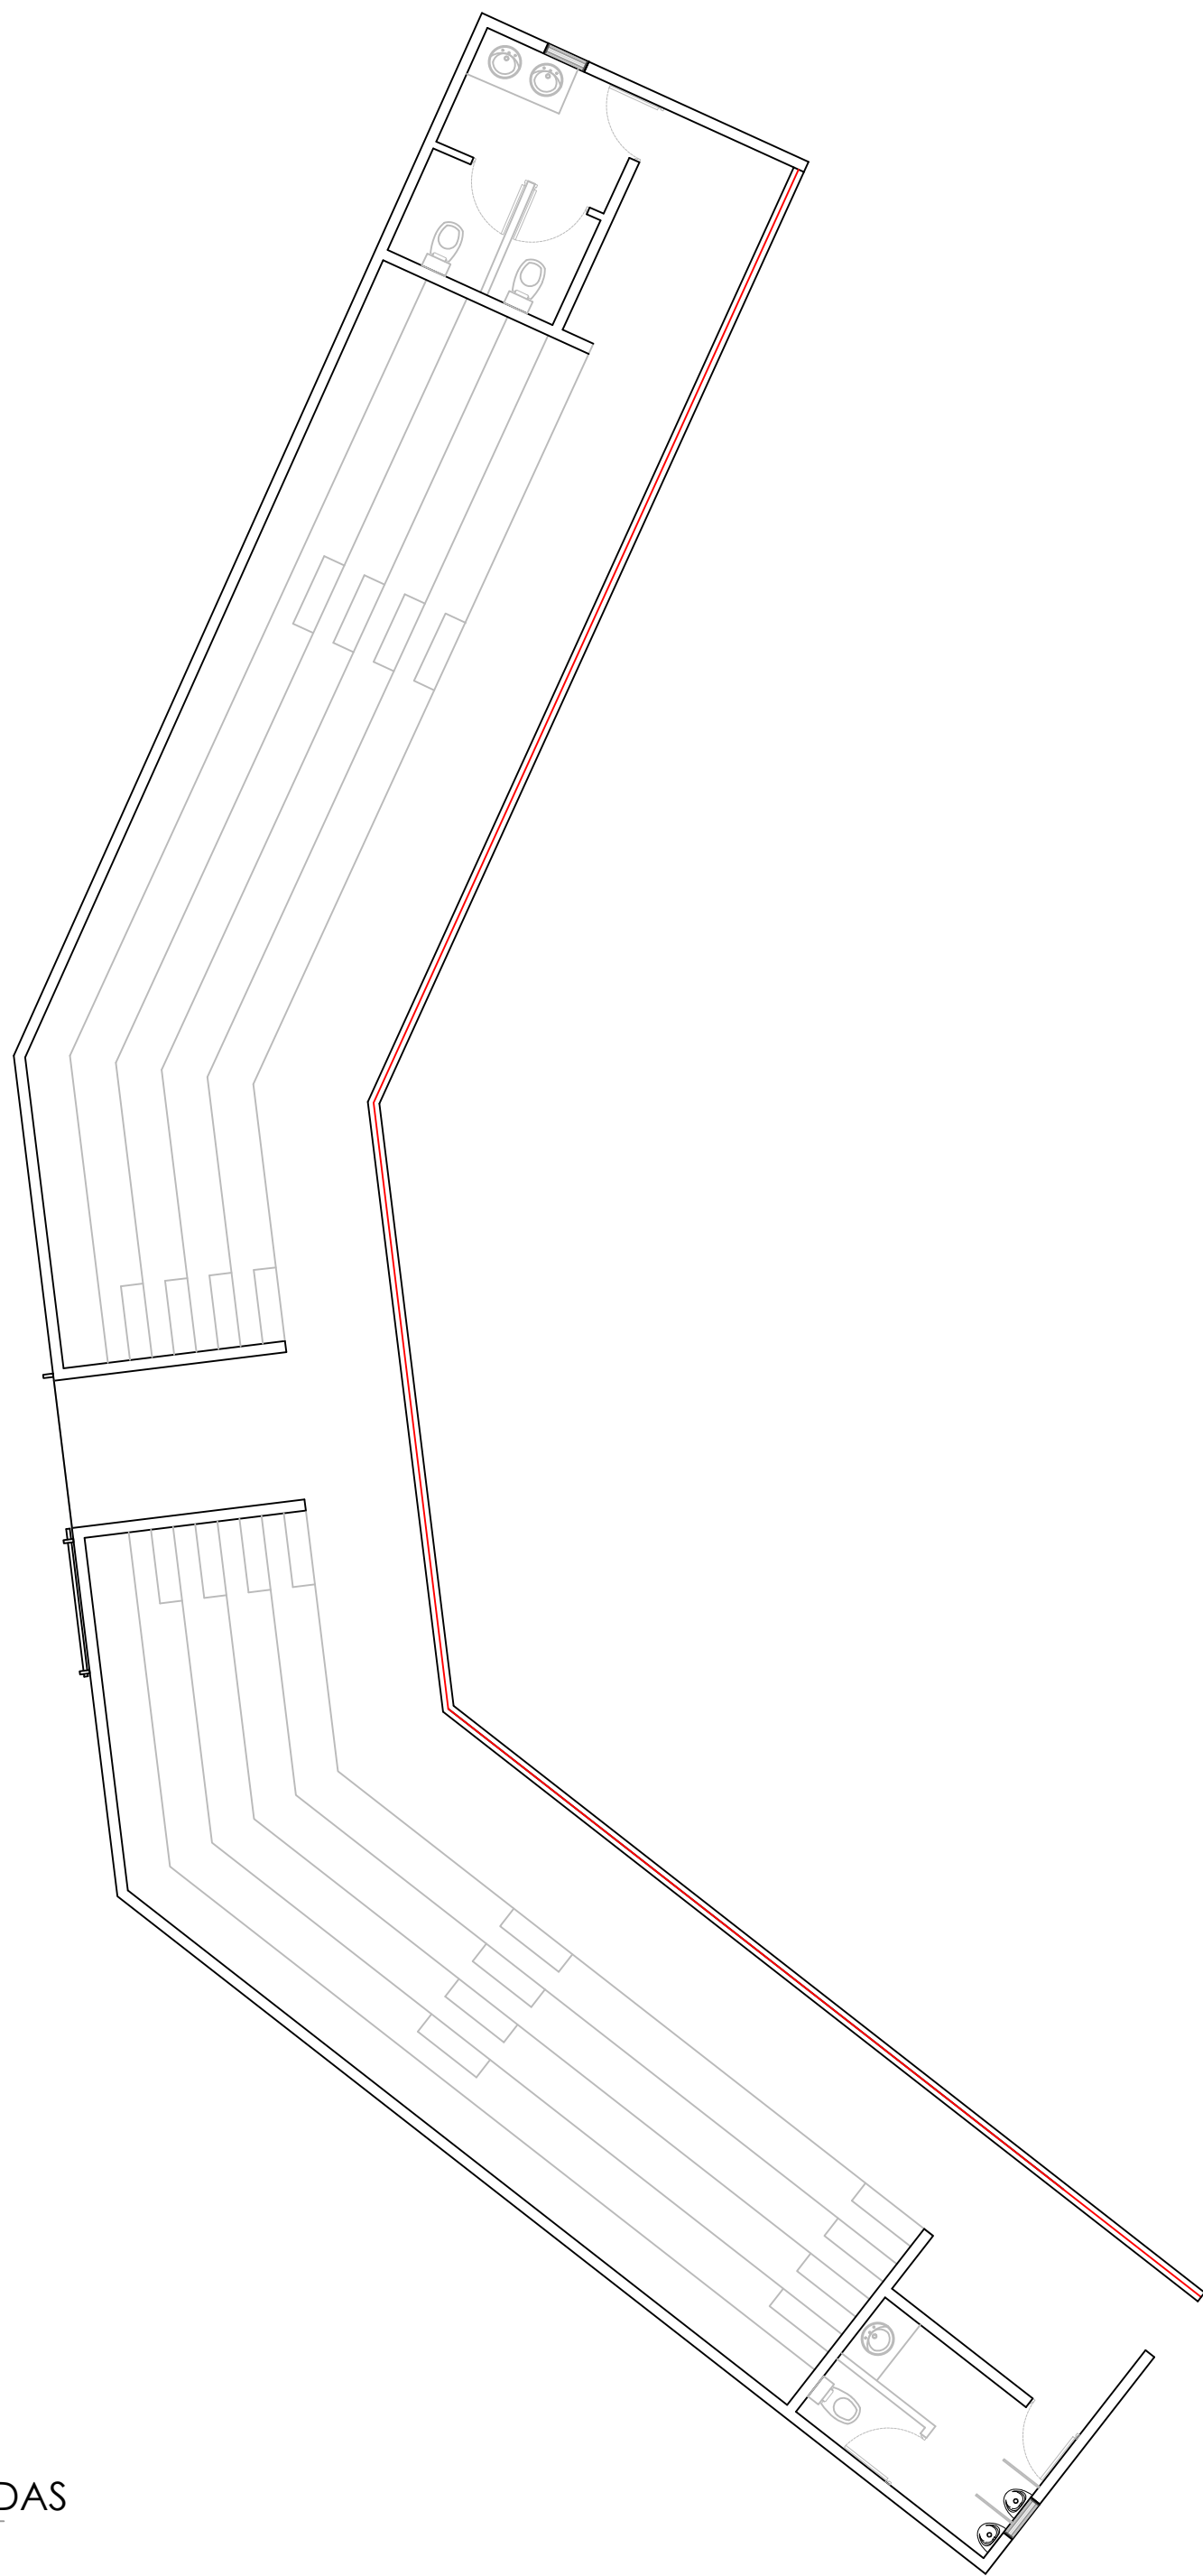

PLANTA ARQUITECTONICA GRADAS
ESC. 1:100

NOTA: ESTOS PLANOS PUEDEN SER
MODIFICADOSY/O AJUSTADOS EN CAMPO.

DIRECCION DE DESARROLLO
PROVINCIAL
DDP

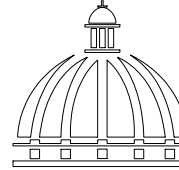

GOBIERNO DE LA
REPÚBLICA DOMINICANA

Ave. Dr. Delgado, Esq. Moises Garcia,
Gazcue, Sto. Dgo., R.D.
TEL.: (809)-364-2189 | FAX.: (809)- 688-1665
E-Mail: info@cpadp.gob.do

PROYECTO:
**Construcción campo de Béisbol
Los Amiguitos, sector Cruz Grande**

Municipio Santo Domingo Norte
República Dominicana

EQUIPO DE TRABAJO:

DISEÑO ARQUITECTONICO
codia 00000

ENC. INGENIERIA
ING. Fior Daliza Bonifacio
codia 00000

ESTRUCTURAL
ING.
codia 00000

ELECTRICO
ING. JUAN PÉREZ
codia 00000

HIDRO-SANITARIO
ING. FRANCIS ESTEVEZ
codia 00000

SELLO DE APROBACION


CONTENIDO:
PLANTA ARQUITECTÓNICA
GRADAS

ESCALA:
1:100

Septiembre 2026

NO. PAGINA:

025

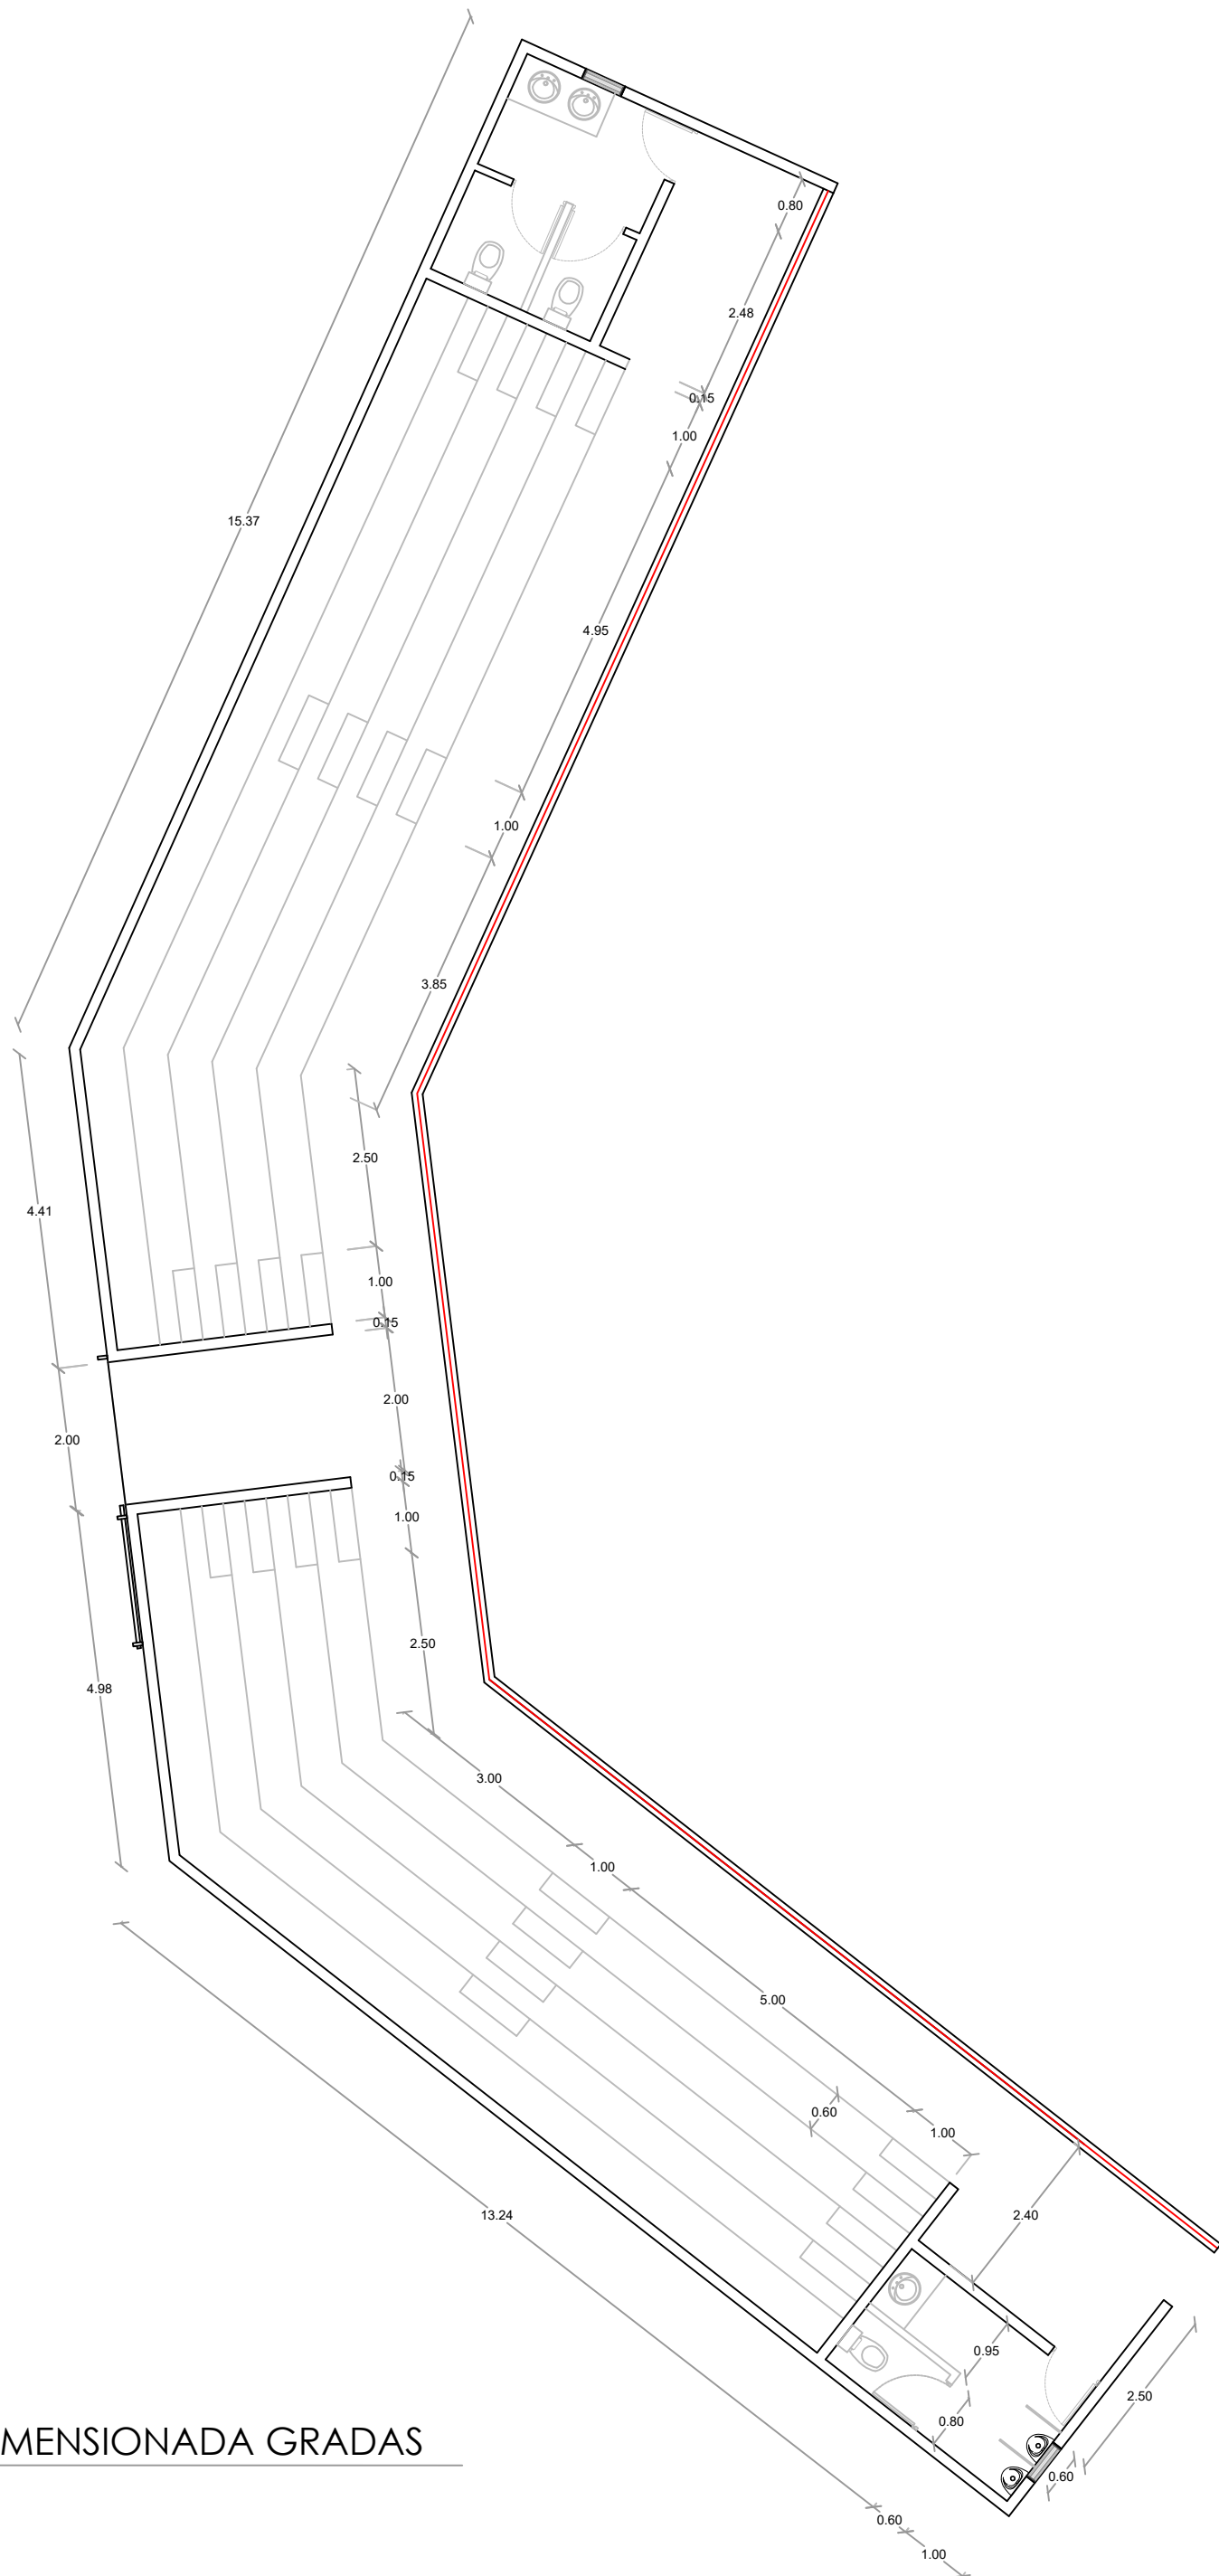


PLANTA ARQUITECTONICA DIMENSIONADA GRADAS

ESC. 1:100

LEYENDA ZONIFICACION DE LOGOS		
SIMBOLO	DESCRIPCION	CANTIDAD
P1	PUERTA CORREREA MALLA CICLONICA Dim: 2.10 M X 2.50 M	1
P2	PUERTA POLIMETALICA Dim: 2.10 M X 0.90 M	2
P3	PUERTA POLIMETALICA Dim: 0.90 M X 1.00 M	3
V1	VENTANA CELOSIA METALICA Dim: 0.90 M X 0.90 M	2

NOTA: ESTOS PLANOS PUEDEN SER MODIFICADOSY/O AJUSTADOS EN CAMPO.

DIRECCION DE DESARROLLO
PROVINCIAL
DDP

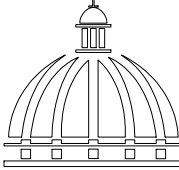

Ave. Dr. Delgado, Esq. Moises Garcia,
Gazcue, Sto. Dgo., R.D.
TEL.: (809)-364-2189 | FAX.: (809)- 688-1665
E-Mail: info@cpadp.gob.do

PROYECTO:
**Construcción campo de Béisbol
Los Amiguitos, sector Cruz Grande**

Municipio Santo Domingo Norte
República Dominicana

EQUIPO DE TRABAJO:

DISEÑO ARQUITECTONICO

codia 00000

ENC. INGENIERIA
ING. Fior Daliza Bonifacio
codia 00000

ESTRUCTURAL
ING.
codia 00000

ELECTRICO
ING. JUAN PÉREZ
codia 00000

HIDRO-SANITARIO
ING. FRANCIS ESTEVEZ
codia 00000

SELLO DE APROBACION


CONTENIDO:
**PLANTA ARQUITECTÓNICA
DIMENSIONADA GRADAS**

ESCALA:
1:100



Septiembre 2026

NO. PAGINA:


026

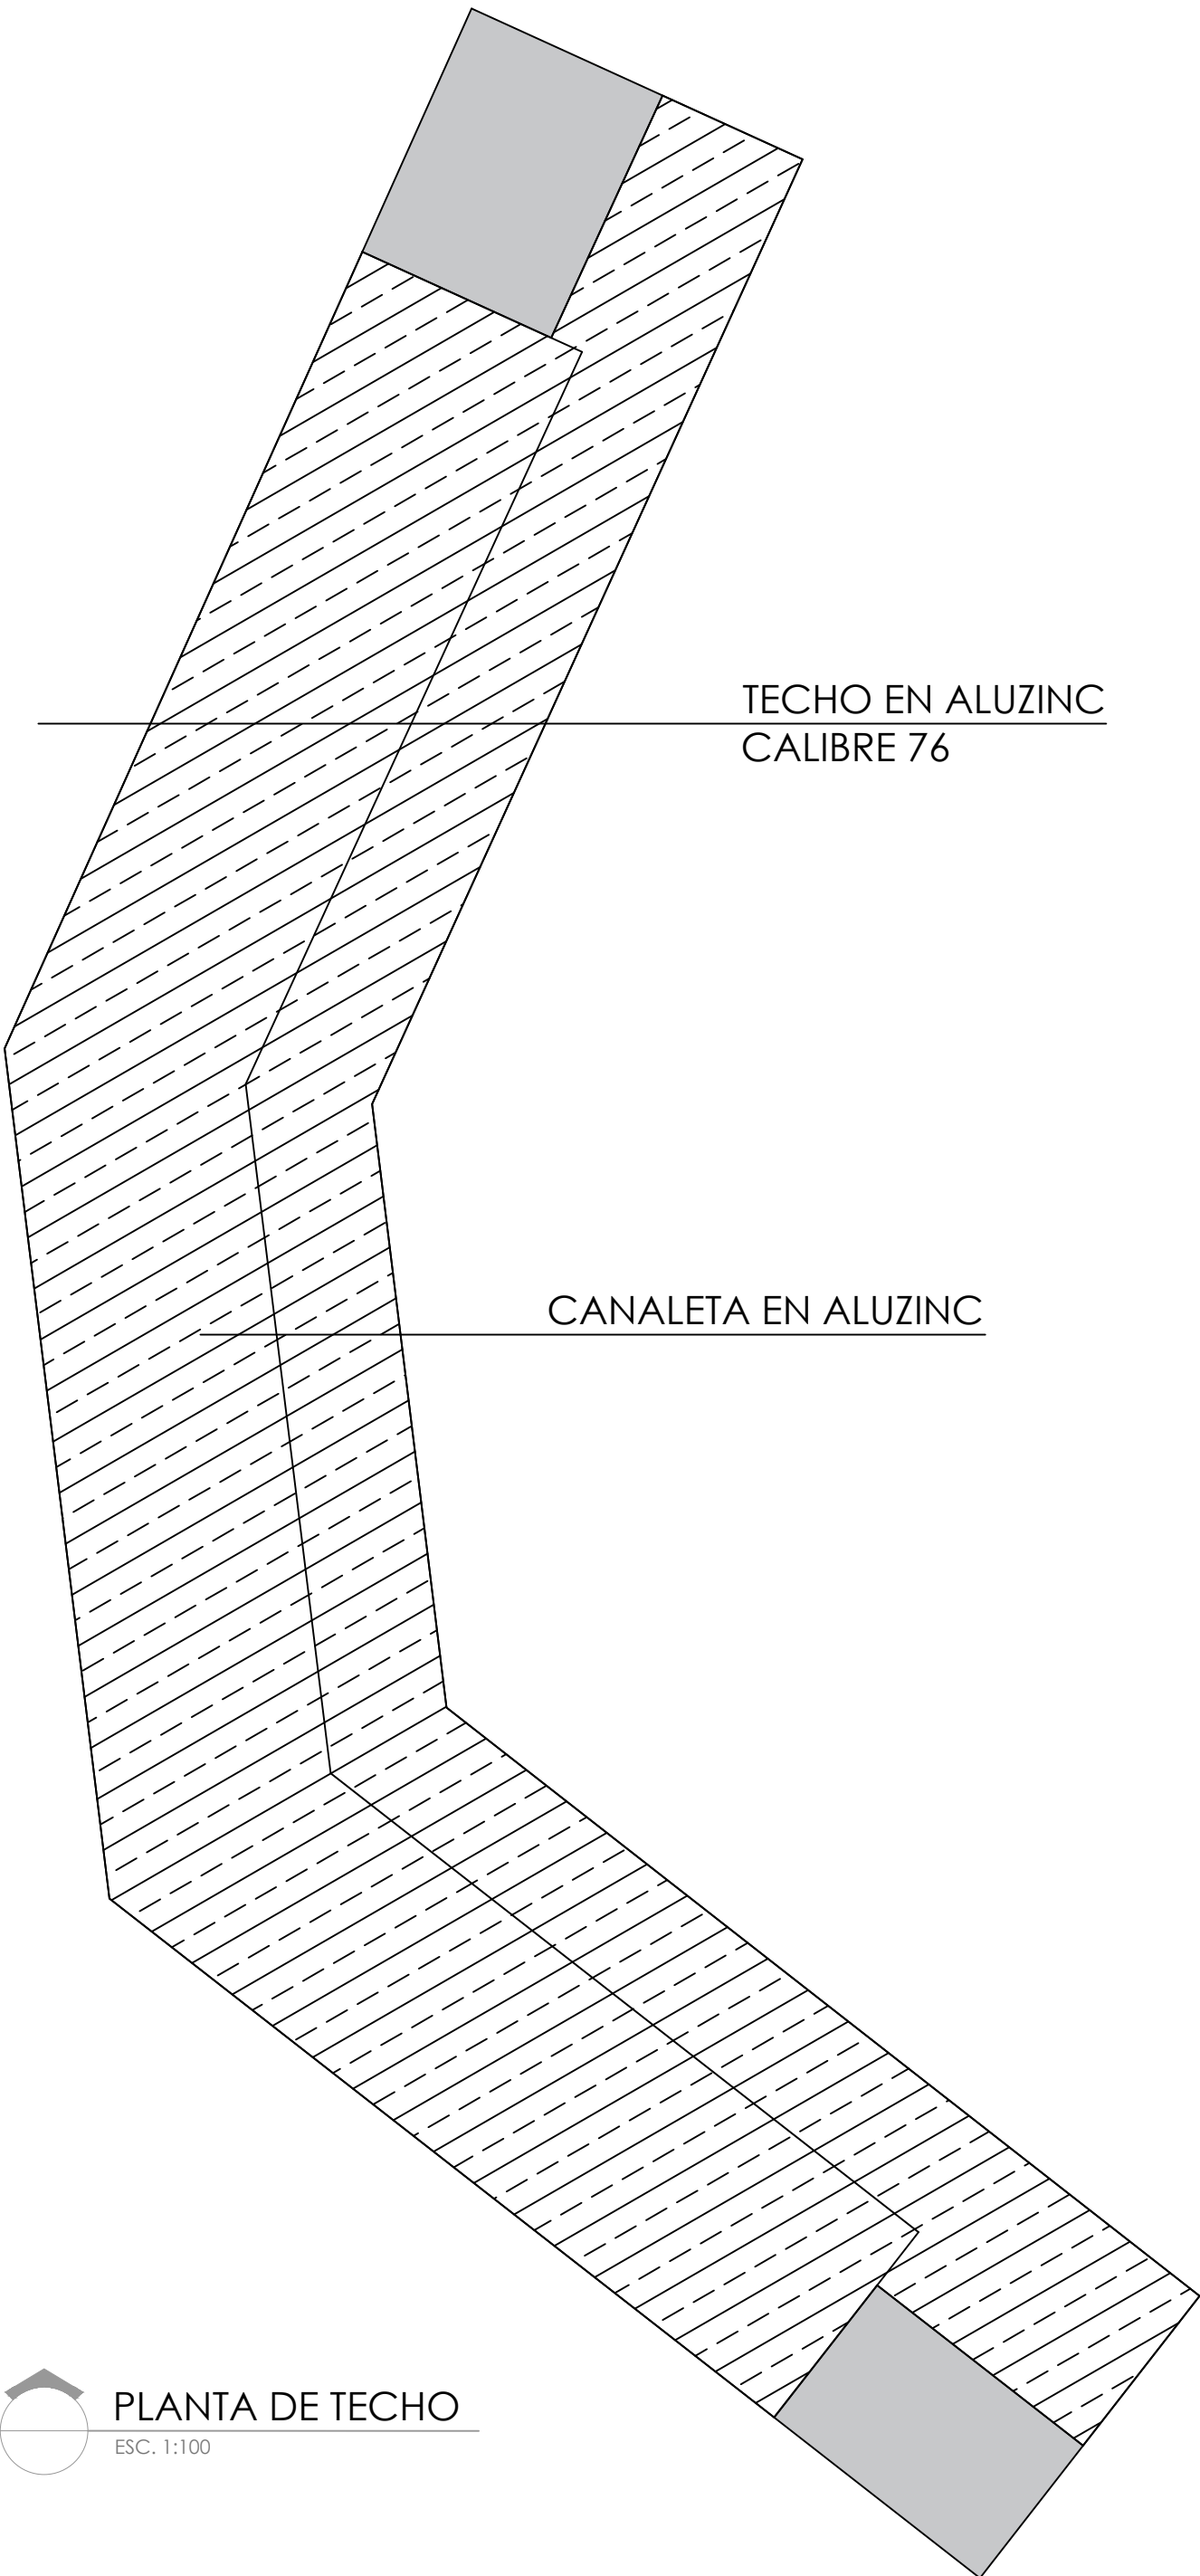


PLANTA DE TECHO
ESC. 1:100

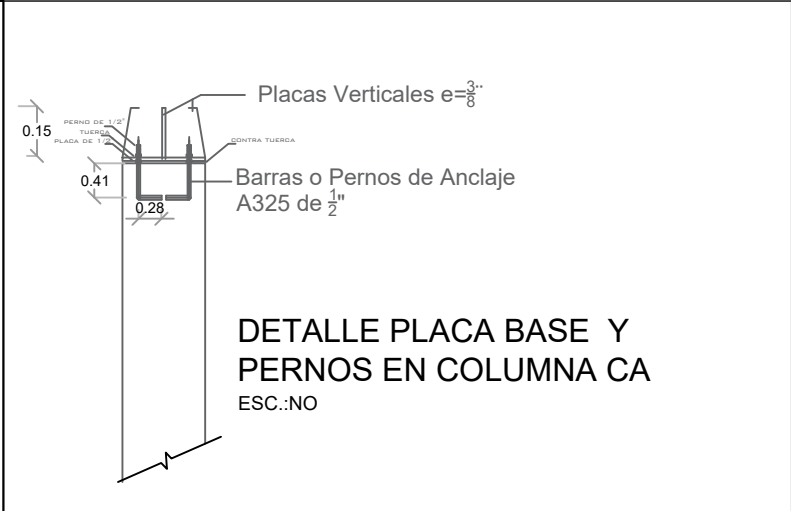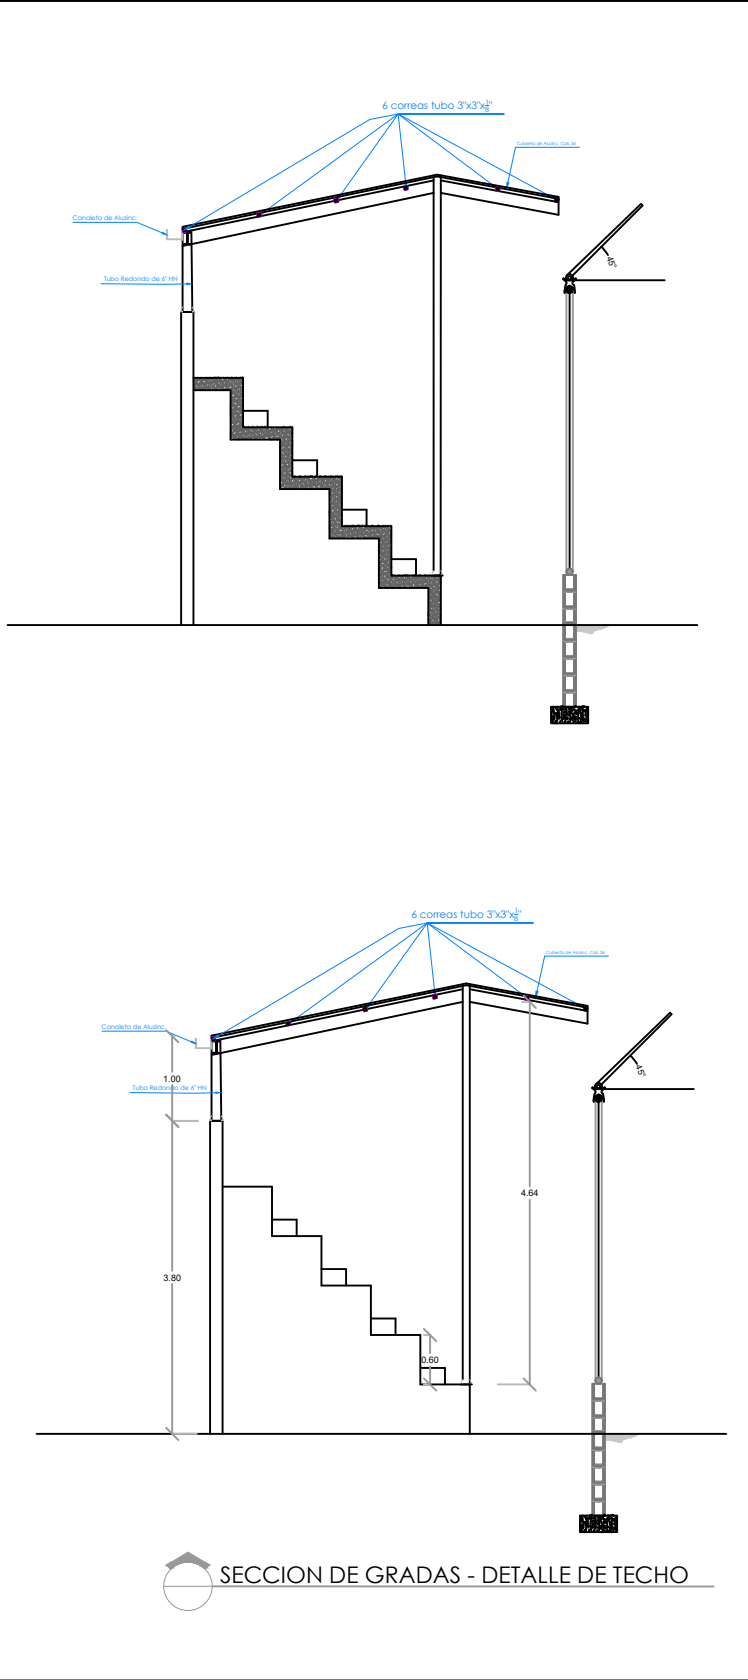

SECCIÓN PERNO

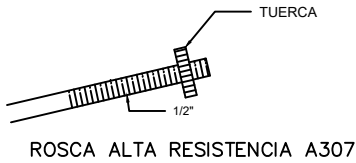

PLACA BASE

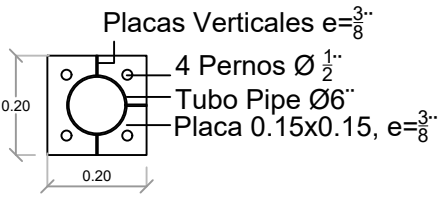

NOTA:
Todas las conexiones de perfiles y placas
Vverticales son soldadas con E-7018, Espesor
3/8\"/>

LEYENDA	
Símbolo	Descripción
-----	Perfil W8"x15lb-pie
-----	Correa Tubo 3x3
	Placa Base de 20cmx20cmx 3/8\"/>
	Cubierta de Aluzinc Cal 26

NOTA: ESTOS PLANOS PUEDEN SER
MODIFICADOSY/O AJUSTADOS EN CAMPO.

**DIRECCION DE DESARROLLO
PROVINCIAL
DDP**

**GOBIERNO DE LA
REPÚBLICA DOMINICANA**

Ave. Dr. Delgado, Esq. Moises Garcia,
Gazcue, Sto. Dgo., R.D.
TEL.: (809)-364-2189 | FAX.: (809)- 688-1665
E-Mail: info@cpadp.gob.do

PROYECTO:
**Construcción campo de Béisbol
Los Amiguitos, sector Cruz Grande**

Municipio Santo Domingo Norte
República Dominicana

EQUIPO DE TRABAJO:

DISEÑO ARQUITECTONICO

codia 00000

ENC. INGENIERIA
ING. Fior Daliza Bonifacio
codia 00000

ESTRUCTURAL
ING. _____
codia 00000

ELECTRICO
ING. JUAN PÉREZ
codia 00000

HIDRO-SANITARIO
ING. FRANCIS ESTEVEZ
codia 00000

SELLO DE APROBACION

CONTENIDO:

**PLANTA DE TECHO
GRADAS**


ESCALA:

1:100

Septiembre 2026

NO. PAGINA:

027

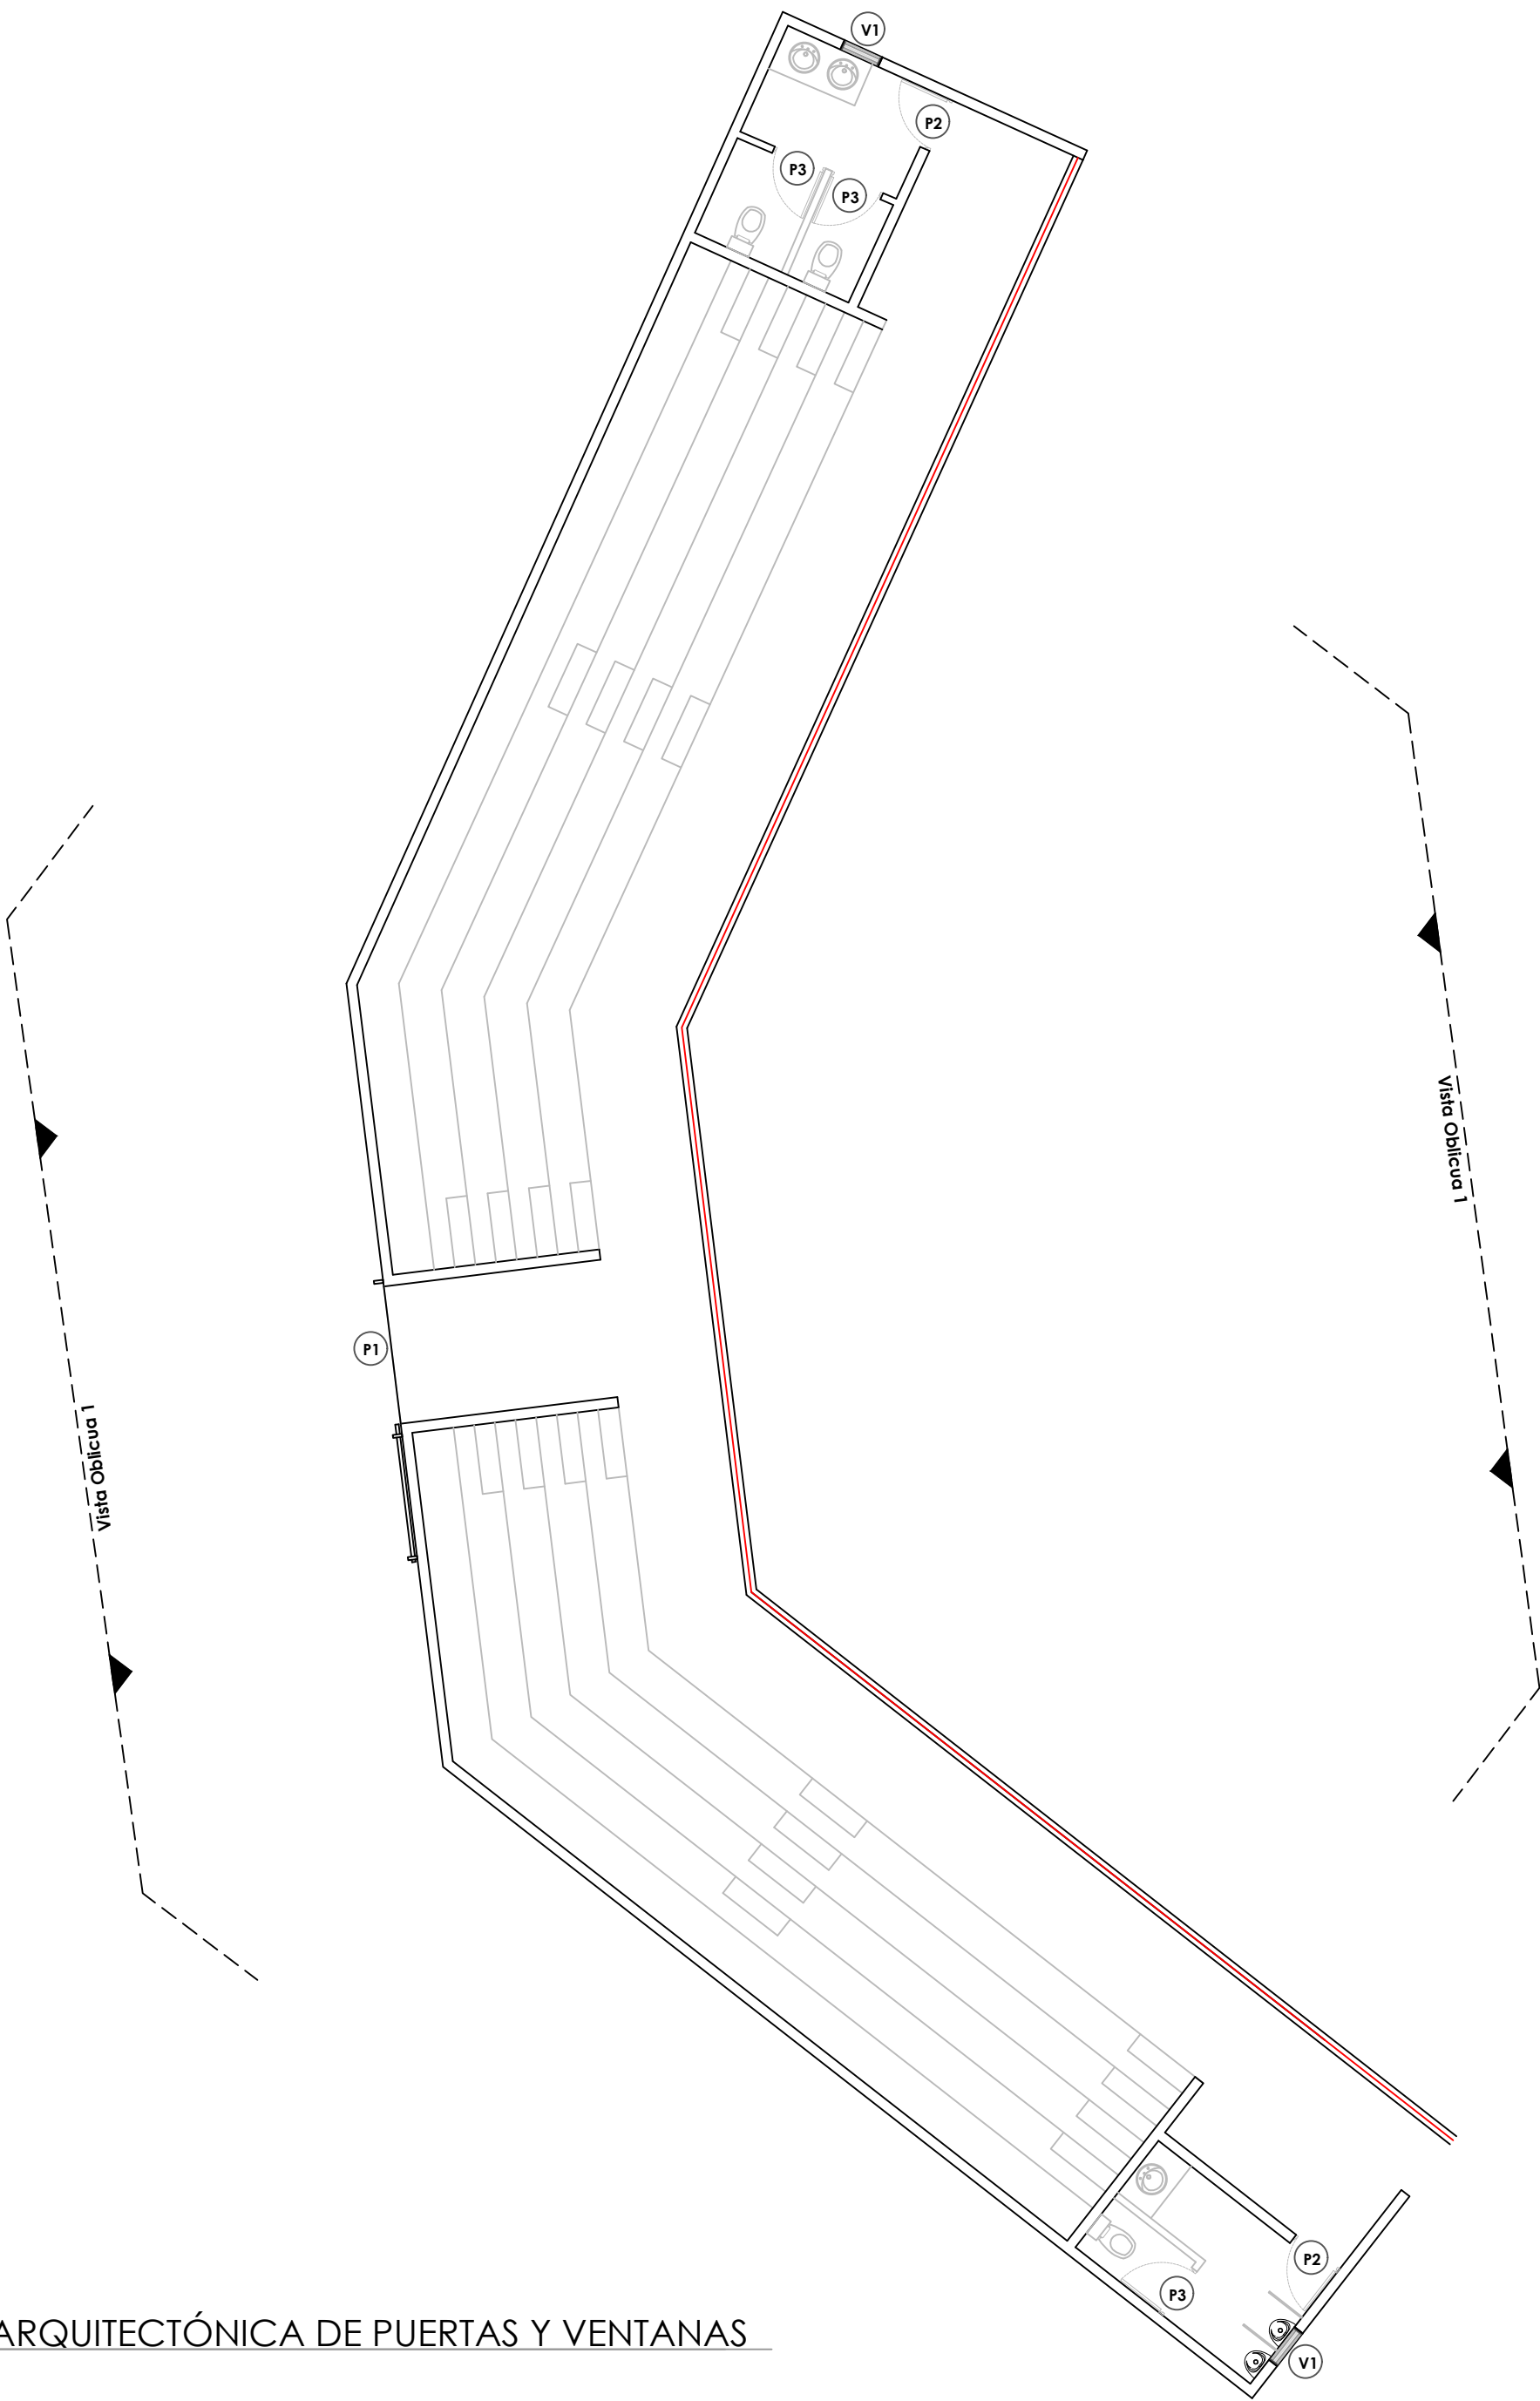


PLANTA ARQUITECTÓNICA DE PUERTAS Y VENTANAS

ESC. 1:100

LEYENDA ZONIFICACION DE LOGOS		
SIMBOLO	DESCRIPCION	CANTIDAD
P1	PUERTA CORRIDA MALLA CILINDRICA Dm= 2.10 M X 2.50 M	1
P2	PUERTA POLIMETALICA Dm= 2.10 M X 0.80 M	2
P3	PUERTA POLIMETALICA Dm= 0.80 M X 1.50 M	3
V1	VENTANA CELOSIA METALICA Dm= 0.80 M X 0.80 M	2

NOTA: ESTOS PLANOS PUEDEN SER MODIFICADOSY/O AJUSTADOS EN CAMPO.

DIRECCION DE DESARROLLO
PROVINCIAL
DDP

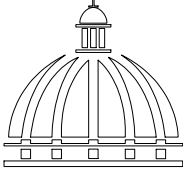

Ave. Dr. Delgado, Esq. Moises Garcia,
Gazcue, Sto. Dgo., R.D.
TEL.: (809)-364-2189 | FAX.: (809)- 688-1665
E-Mail: info@cpadp.gob.do

PROYECTO:
**Construcción campo de Béisbol
Los Amiguitos, sector Cruz Grande**

Municipio Santo Domingo Norte
República Dominicana

EQUIPO DE TRABAJO:

DISEÑO ARQUITECTONICO

codia 00000

ENC. INGENIERIA

ING. Fior Daliza Bonifacio
codia 00000

ESTRUCTURAL

ING.
codia 00000

ELECTRICO

ING. JUAN PÉREZ
codia 00000

HIDRO-SANITARIO

ING. FRANCIS ESTEVEZ
codia 00000

SELLO DE APROBACION



CONTENIDO:
**PLANTA ARQUITECTÓNICA
DE PUERTAS Y VENTANAS
GRADAS**

ESCALA:
1:100

Septiembre 2026


NO. PAGINA:

 028

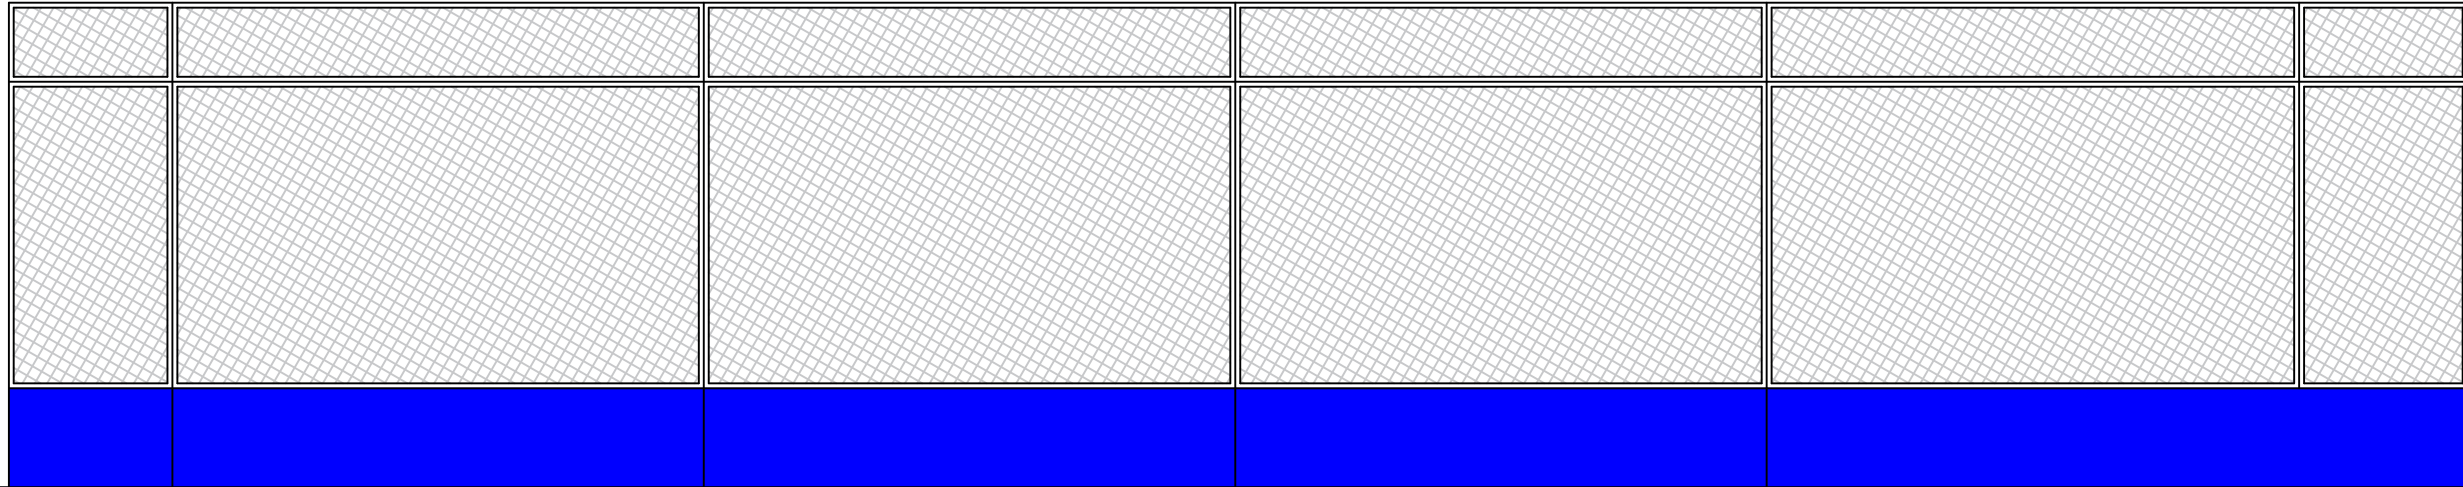

ELEVACIÓN FRONTAL


ESC. 1:100

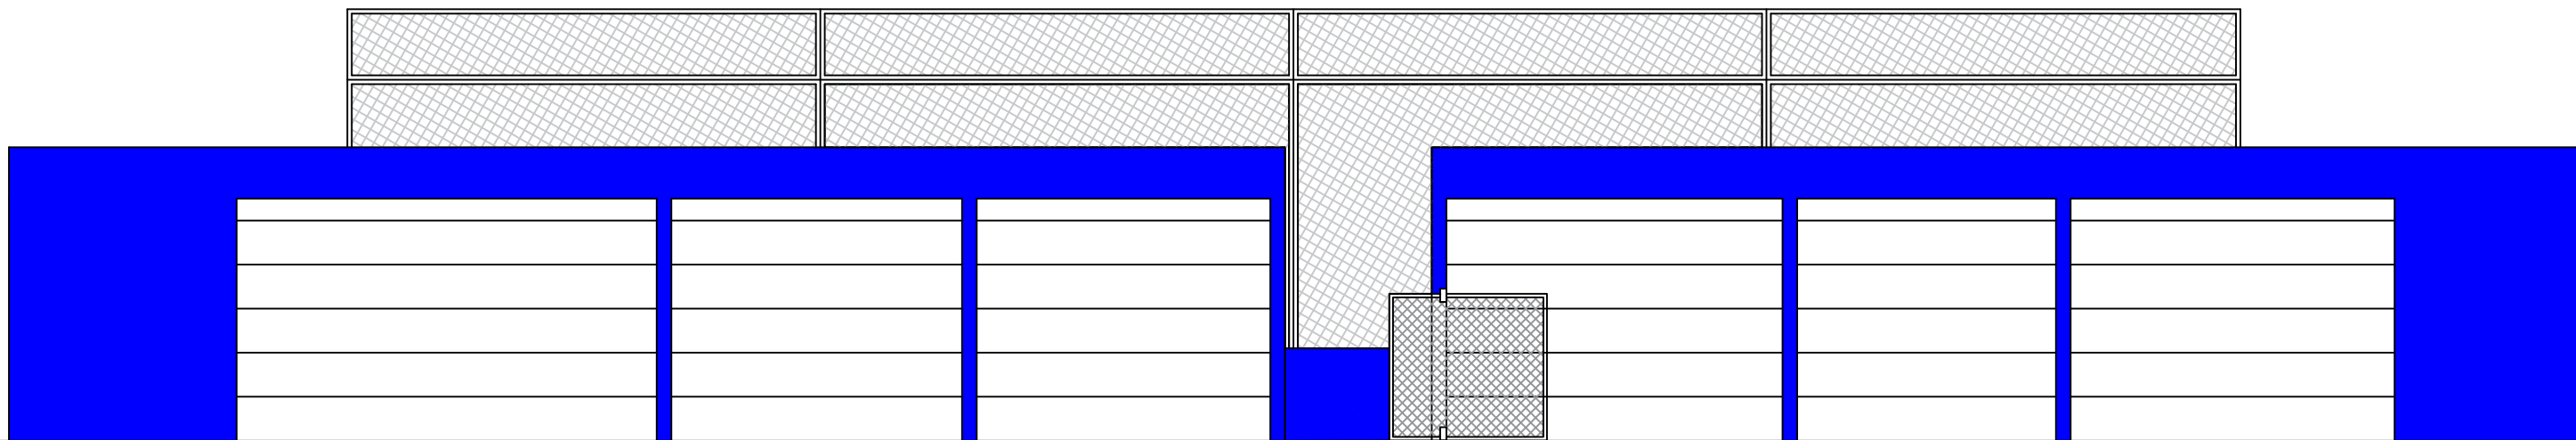

ELEVACIÓN POSTERIOR

ESC. 1:100

DIRECCION DE DESARROLLO
PROVINCIAL
DDP

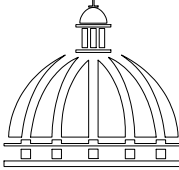

GOBIERNO DE LA
REPÚBLICA DOMINICANA

Ave. Dr. Delgado, Esq. Moises Garcia,
Gazcue, Sto. Dgo., R.D.
TEL.: (809)-364-2189 | FAX.: (809)- 688-1665
E-Mail: info@cpadp.gob.do

PROYECTO:

**Construcción campo de Béisbol
Los Amiguitos, sector Cruz Grande**

Municipio Santo Domingo Norte
República Dominicana

EQUIPO DE TRABAJO:

DISEÑO ARQUITECTONICO

codia 00000

ENC. INGENIERIA

ING. Fior Daliza Bonifacio
codia 00000

ESTRUCTURAL

ING.

codia 00000

ELECTRICO

ING. JUAN PÉREZ

codia 00000

HIDRO-SANITARIO

ING. FRANCIS ESTEVEZ

codia 00000

SELLO DE APROBACION

CONTENIDO:

ELEVACIONES GRADAS


ESCALA:


1:100


Septiembre 2026

NO. PAGINA:

 029

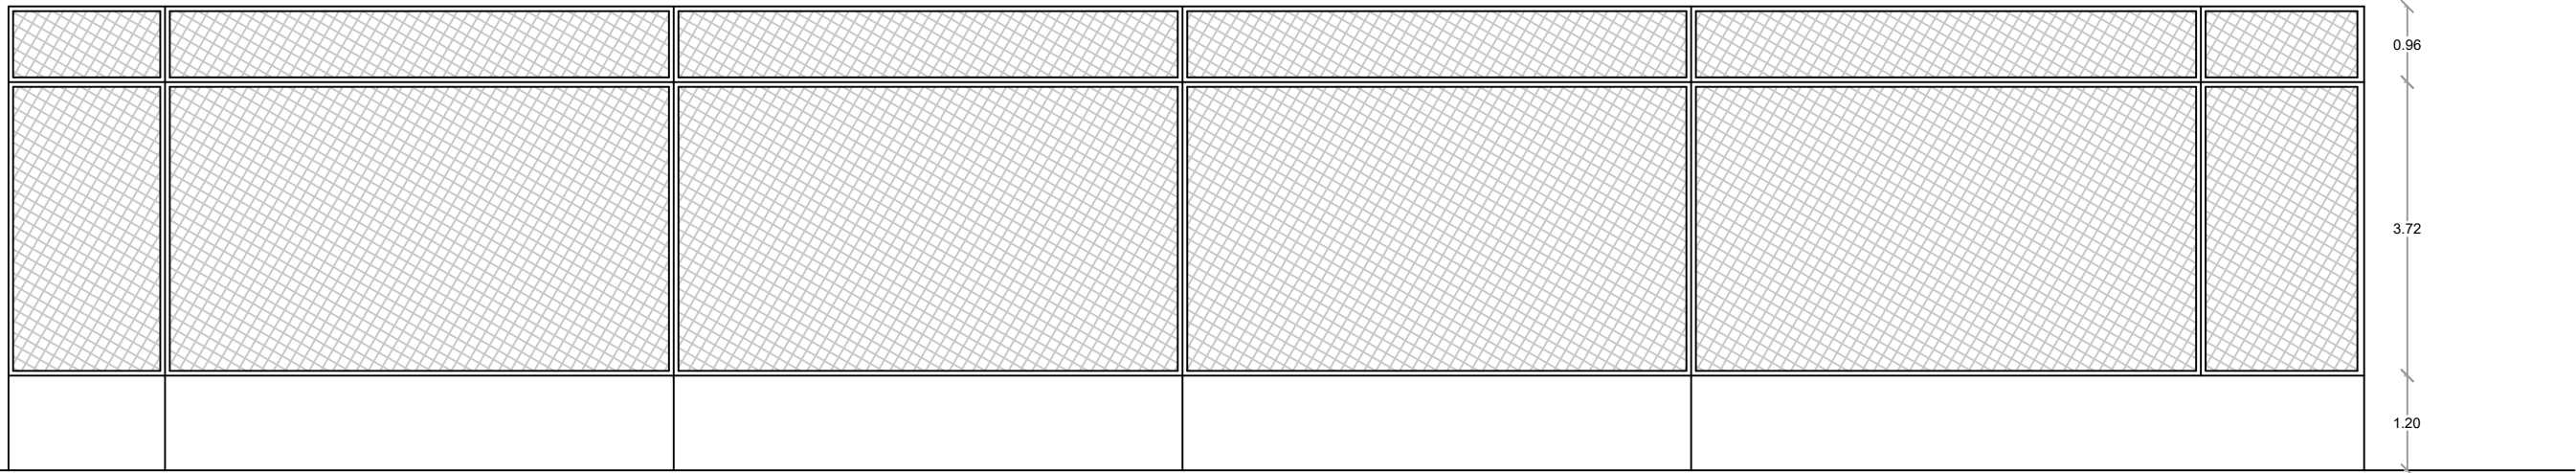


 **ELEVACIÓN FRONTAL**
ESC. 1:100

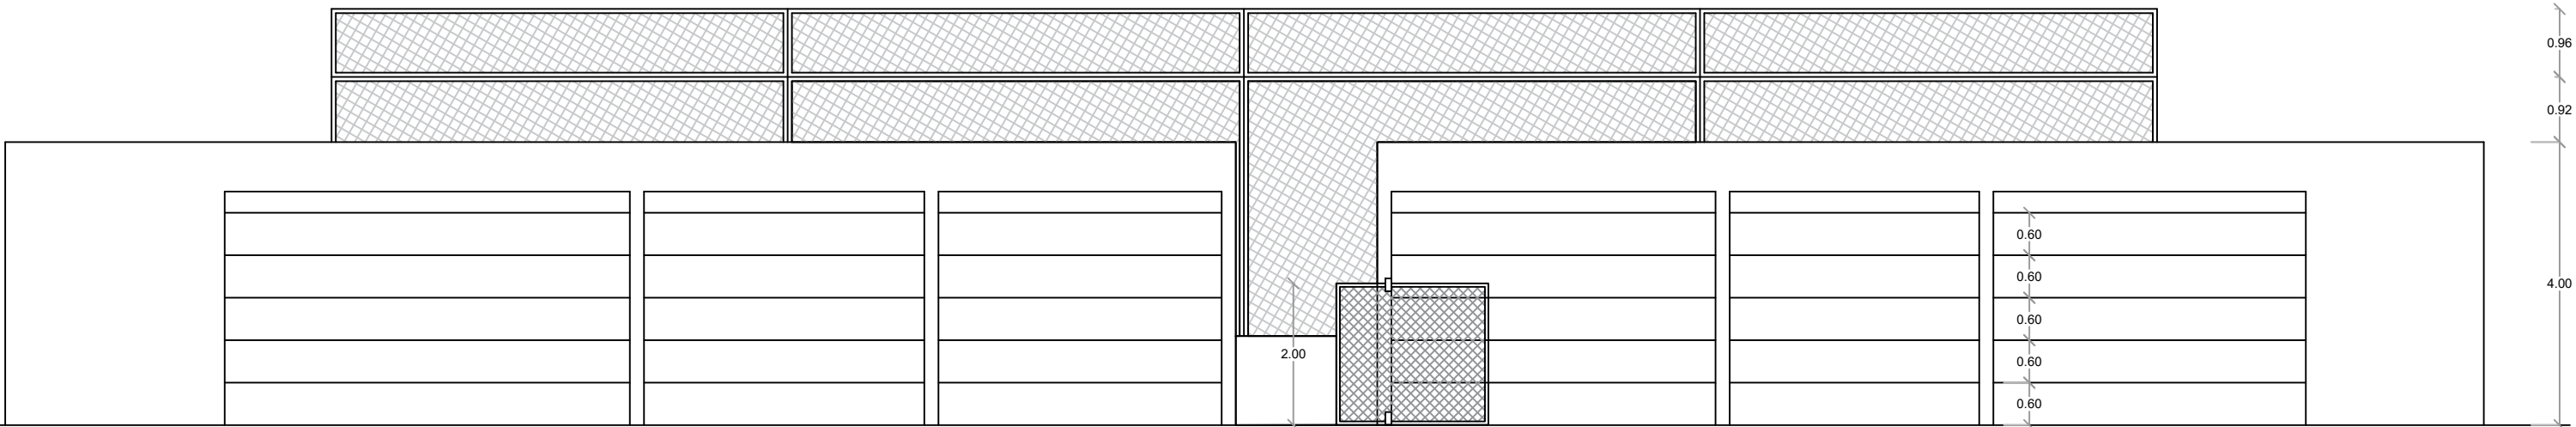

 **ELEVACIÓN POSTERIOR**
ESC. 1:100

DIRECCION DE DESARROLLO
PROVINCIAL
DDP

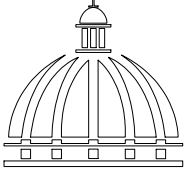

Ave. Dr. Delgado, Esq. Moises Garcia,
Gazcue, Sto. Dgo., R.D.
TEL.: (809)-364-2189 | FAX.: (809)- 688-1665
E-Mail: info@cpadp.gob.do

PROYECTO:
**Construcción campo de Béisbol
Los Amiguitos, sector Cruz Grande**

Municipio Santo Domingo Norte
República Dominicana

EQUIPO DE TRABAJO:

DISEÑO ARQUITECTONICO

codia 00000

ENC. INGENIERIA

ING. Fior Daliza Bonifacio
codia 00000

ESTRUCTURAL

ING.
codia 00000

ELECTRICO

ING. JUAN PÉREZ
codia 00000

HIDRO-SANITARIO

ING. FRANCIS ESTEVEZ
codia 00000

SELLO DE APROBACION


CONTENIDO:
**ELEVACIONES DIMENSIONADAS
GRADAS**

ESCALA:
1:100


Septiembre 2026

NO. PAGINA:

030

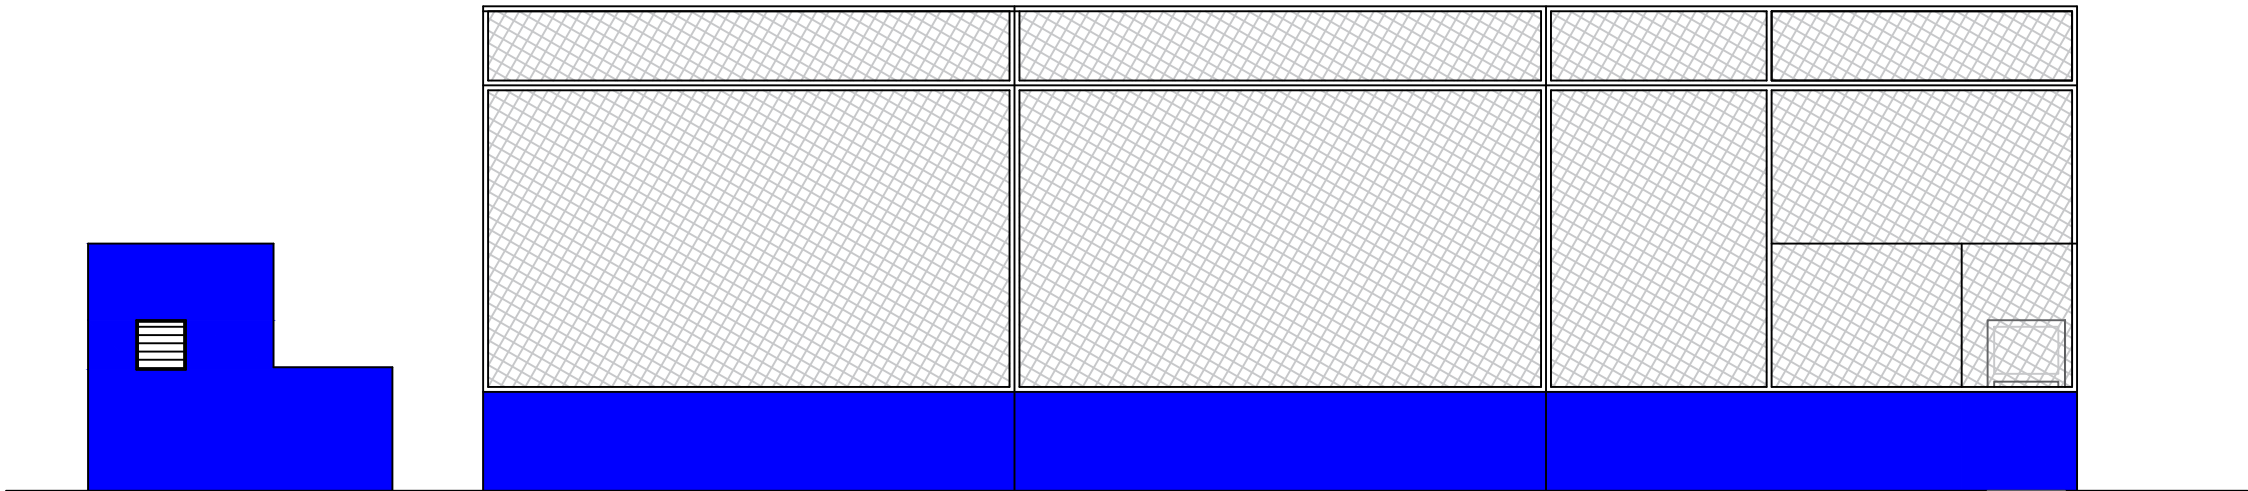


 ELEVACIÓN LATERAL IZQUIERDO
ESC. 1:100

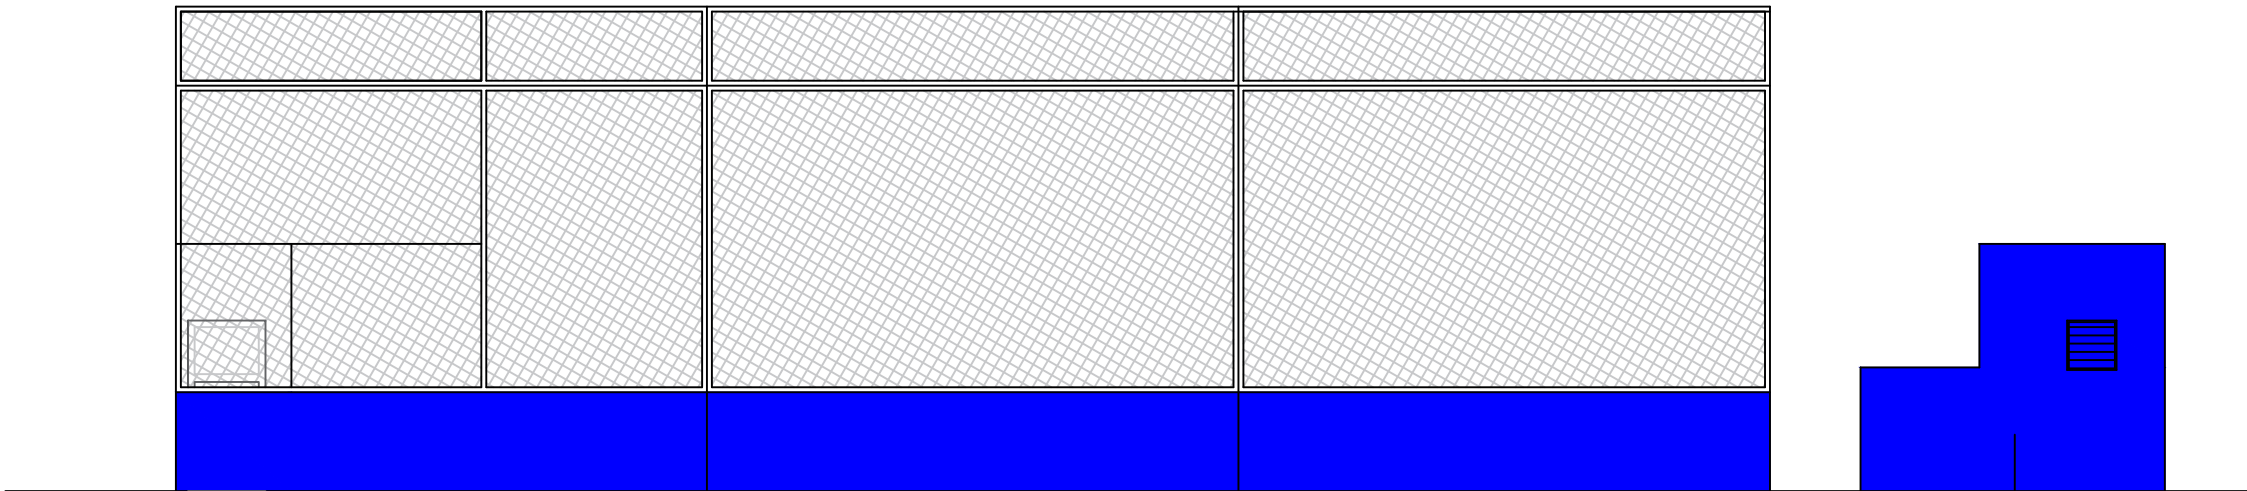

 ELEVACIÓN LATERAL DERECHO
ESC. 1:100

MURO DE BLOQUES
PINTURAS POPULAR
AZUL POSITIVO Y3

DIRECCION DE DESARROLLO
PROVINCIAL
DDP

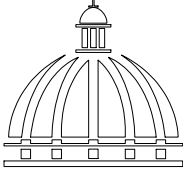

Ave. Dr. Delgado, Esq. Moises Garcia,
Gazcue, Sto. Dgo., R.D.
TEL.: (809)-364-2189 | FAX.: (809)- 688-1665
E-Mail: info@cpadp.gob.do

PROYECTO:
**Construcción campo de Béisbol
Los Amiguitos, sector Cruz Grande**

Municipio Santo Domingo Norte
República Dominicana

EQUIPO DE TRABAJO:

DISEÑO ARQUITECTONICO

codia 00000

ENC. INGENIERIA

ING. Fior Daliza Bonifacio
codia 00000

ESTRUCTURAL

ING.
codia 00000

ELECTRICO

ING. JUAN PÉREZ
codia 00000

HIDRO-SANITARIO

ING. FRANCIS ESTEVEZ
codia 00000

SELLO DE APROBACION

CONTENIDO:

ELEVACIONES GRADAS


ESCALA:

1:100


Septiembre 2026

NO. PAGINA:

031

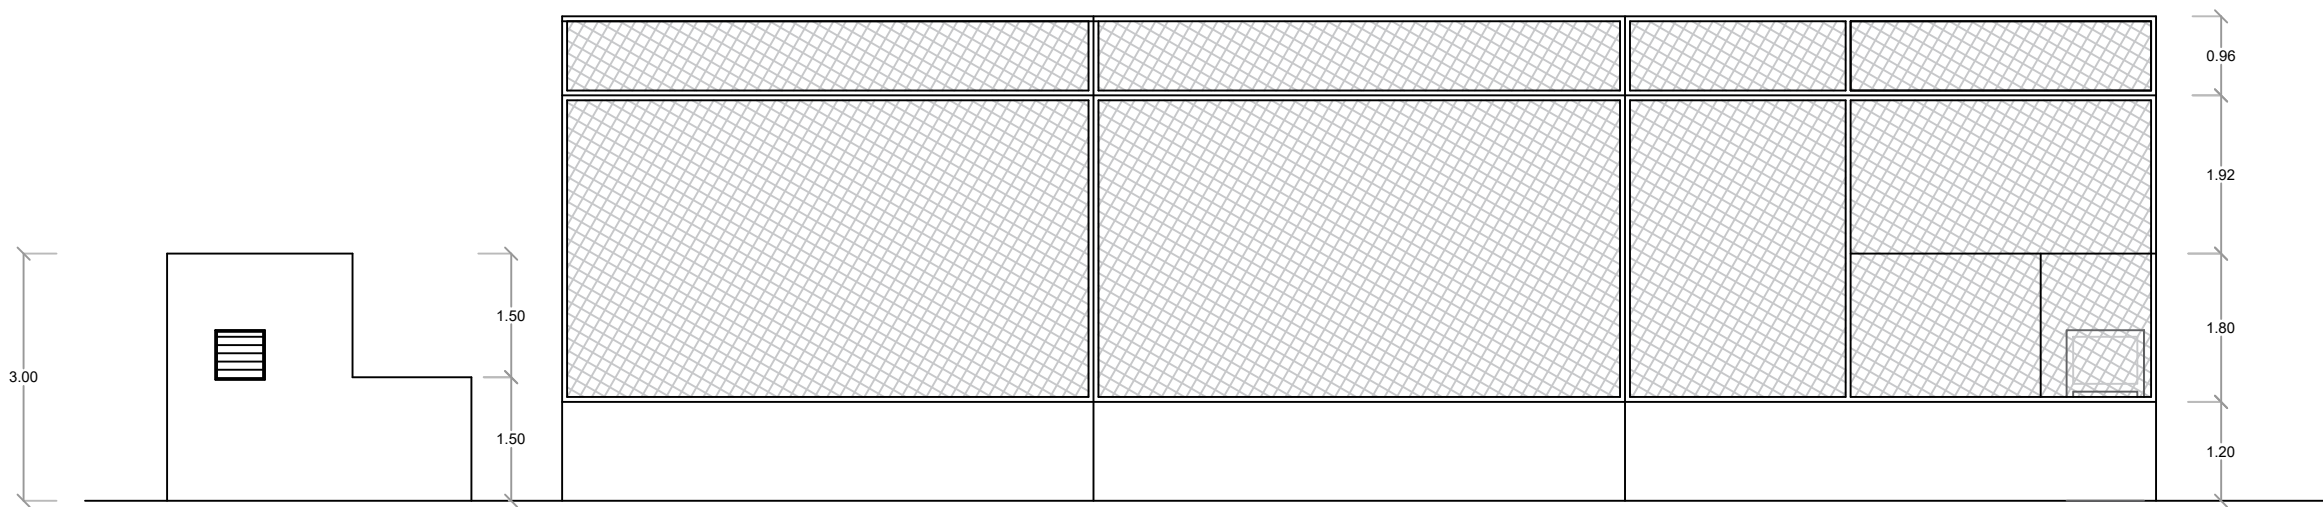


 ELEVACIÓN LATERAL IZQUIERDO
ESC. 1:100

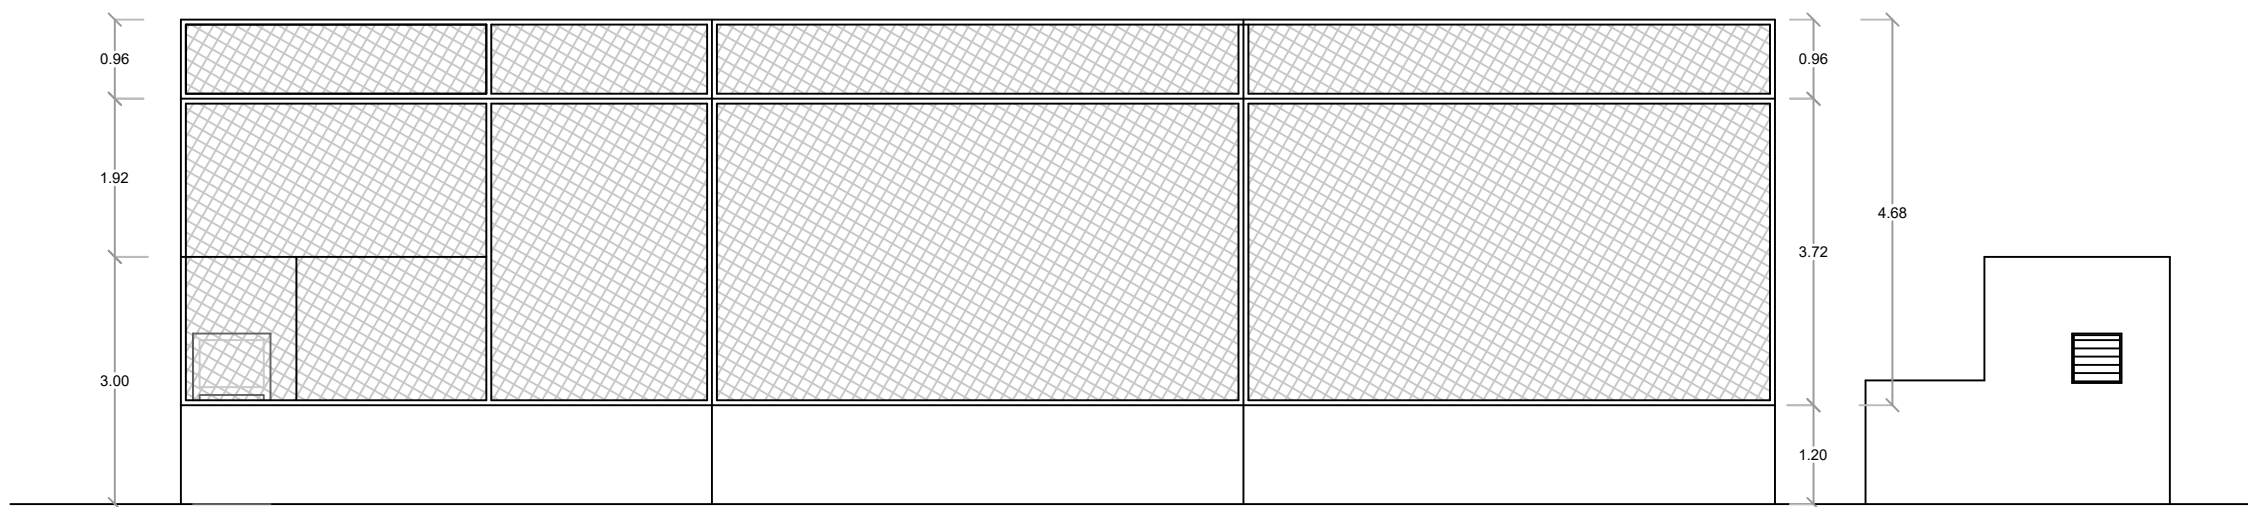

 ELEVACIÓN LATERAL DERECHO
ESC. 1:100

DIRECCION DE DESARROLLO
PROVINCIAL
DDP

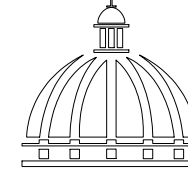

GOBIERNO DE LA
REPÚBLICA DOMINICANA

Ave. Dr. Delgado, Esq. Moises Garcia,
Gazcue, Sto. Dgo., R.D.
TEL.: (809)-364-2189 | FAX.: (809)- 688-1665
E-Mail: info@cpadp.gob.do

PROYECTO:
**Construcción campo de Béisbol
Los Amiguitos, sector Cruz Grande**

Municipio Santo Domingo Norte
República Dominicana

EQUIPO DE TRABAJO:

DISEÑO ARQUITECTONICO

codia 00000

ENC. INGENIERIA

ING. Fior Daliza Bonifacio
codia 00000

ESTRUCTURAL

ING.
codia 00000

ELECTRICO

ING. JUAN PÉREZ
codia 00000

HIDRO-SANITARIO

ING. FRANCIS ESTEVEZ
codia 00000

SELLO DE APROBACION


CONTENIDO:
ELEVACIONES DIMENSIONADAS
GRADAS

ESCALA:
1:100


Septiembre 2026

NO. PAGINA:


032

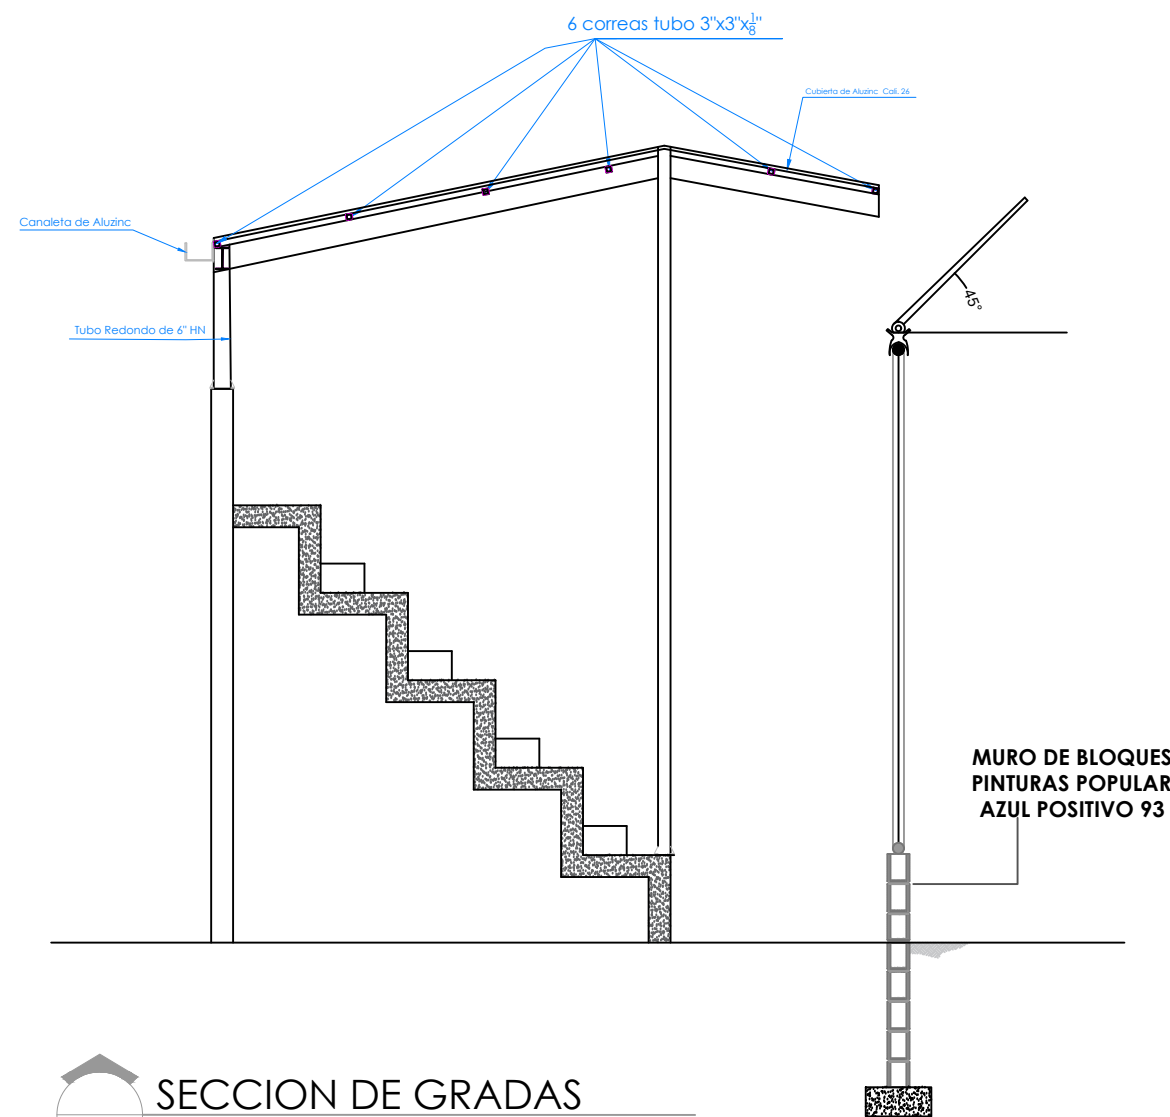

SECCION DE GRADAS

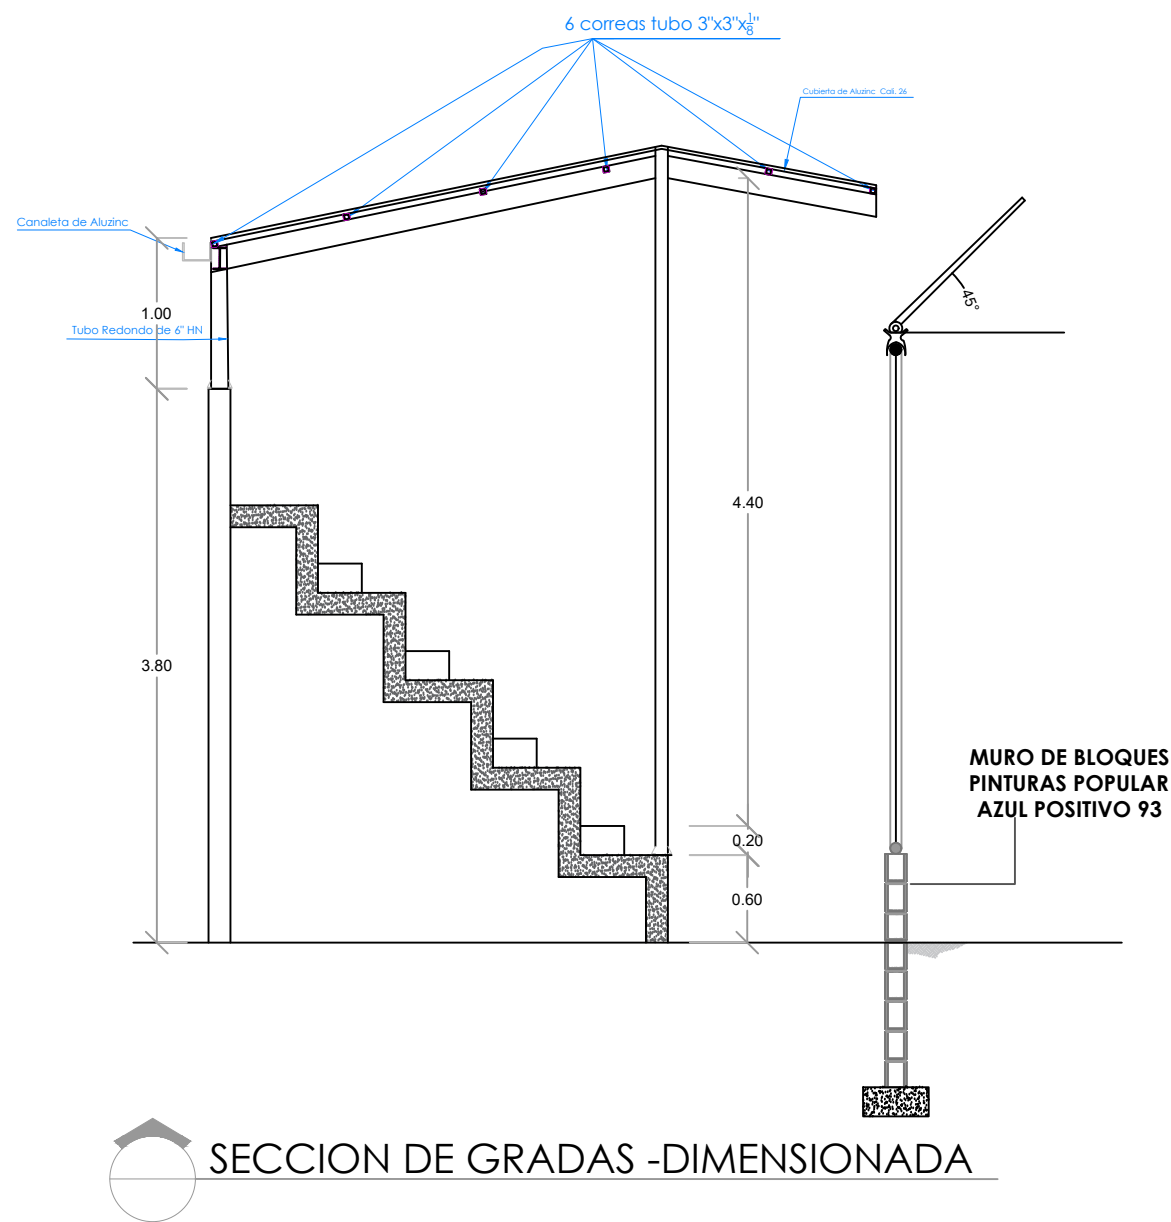

SECCION DE GRADAS -DIMENSIONADA

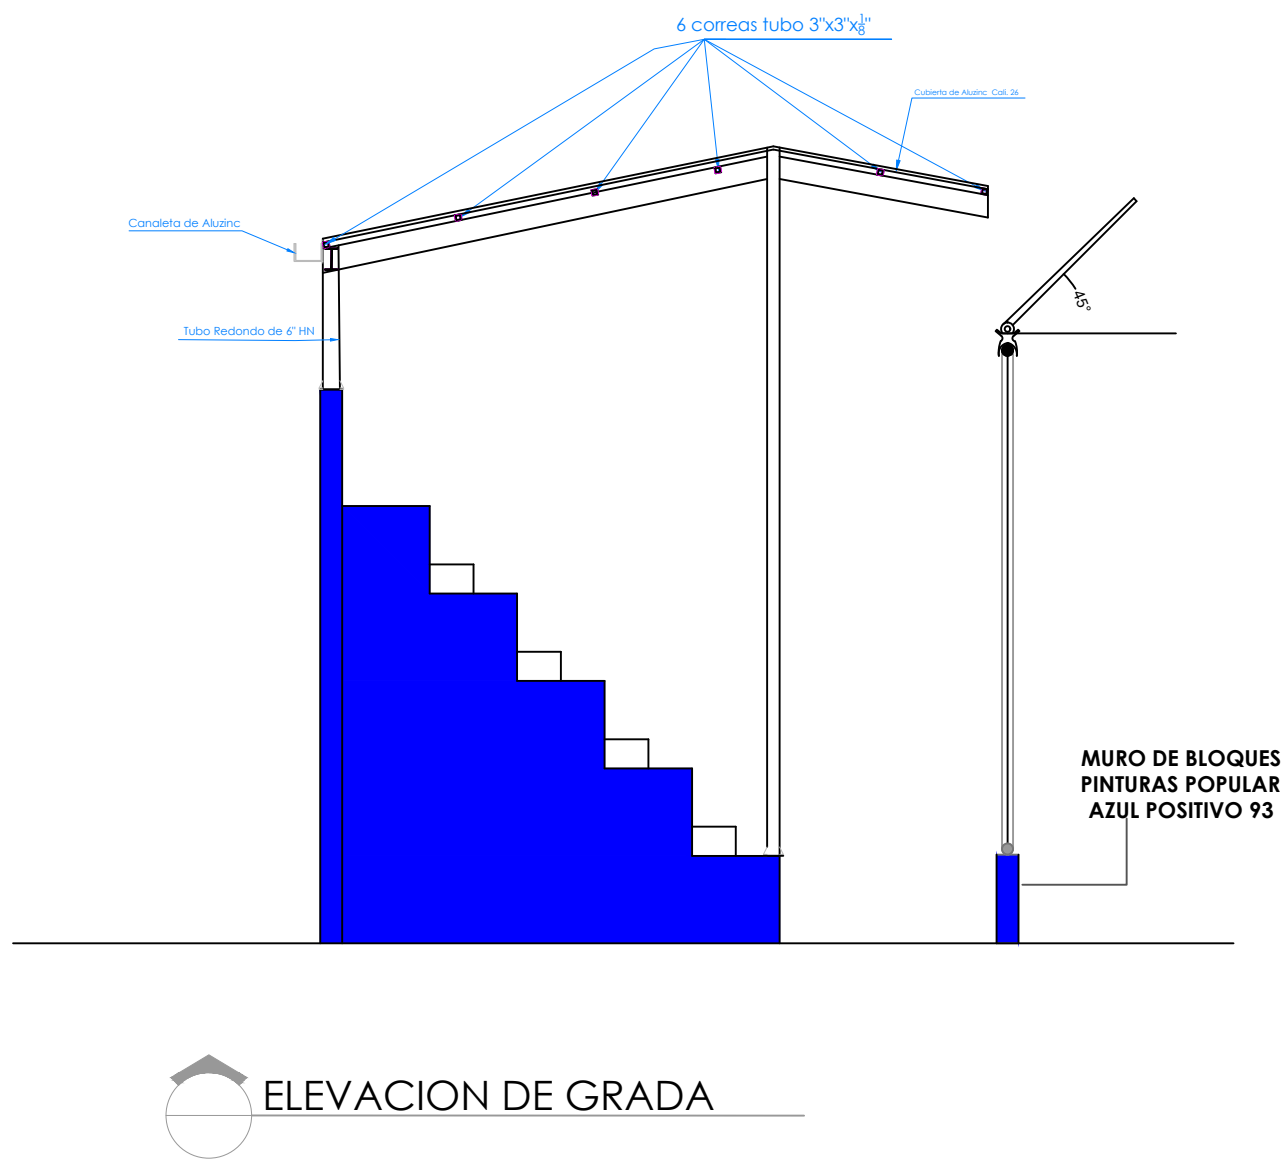

ELEVACION DE GRADA

PROYECTO:
**Construcción campo de Béisbol
Los Amiguitos, sector Cruz Grande**

Municipio Santo Domingo Norte
República Dominicana

EQUIPO DE TRABAJO:

DISEÑO ARQUITECTÓNICO
codia 00000

ENC. INGENIERÍA
ING. Fior Daliza Bonifacio
codia 00000

ESTRUCTURAL
ING.
codia 00000

ELÉCTRICO
ING. JUAN PÉREZ
codia 00000

HIDRO-SANITARIO
ING. FRANCIS ESTEVEZ
codia 00000


SELLO DE APROBACIÓN:


CONTENIDO:
SECCION DE GRADA

ESCALA:
1:100

Septiembre 2026

 NO. PÁGINA:
033

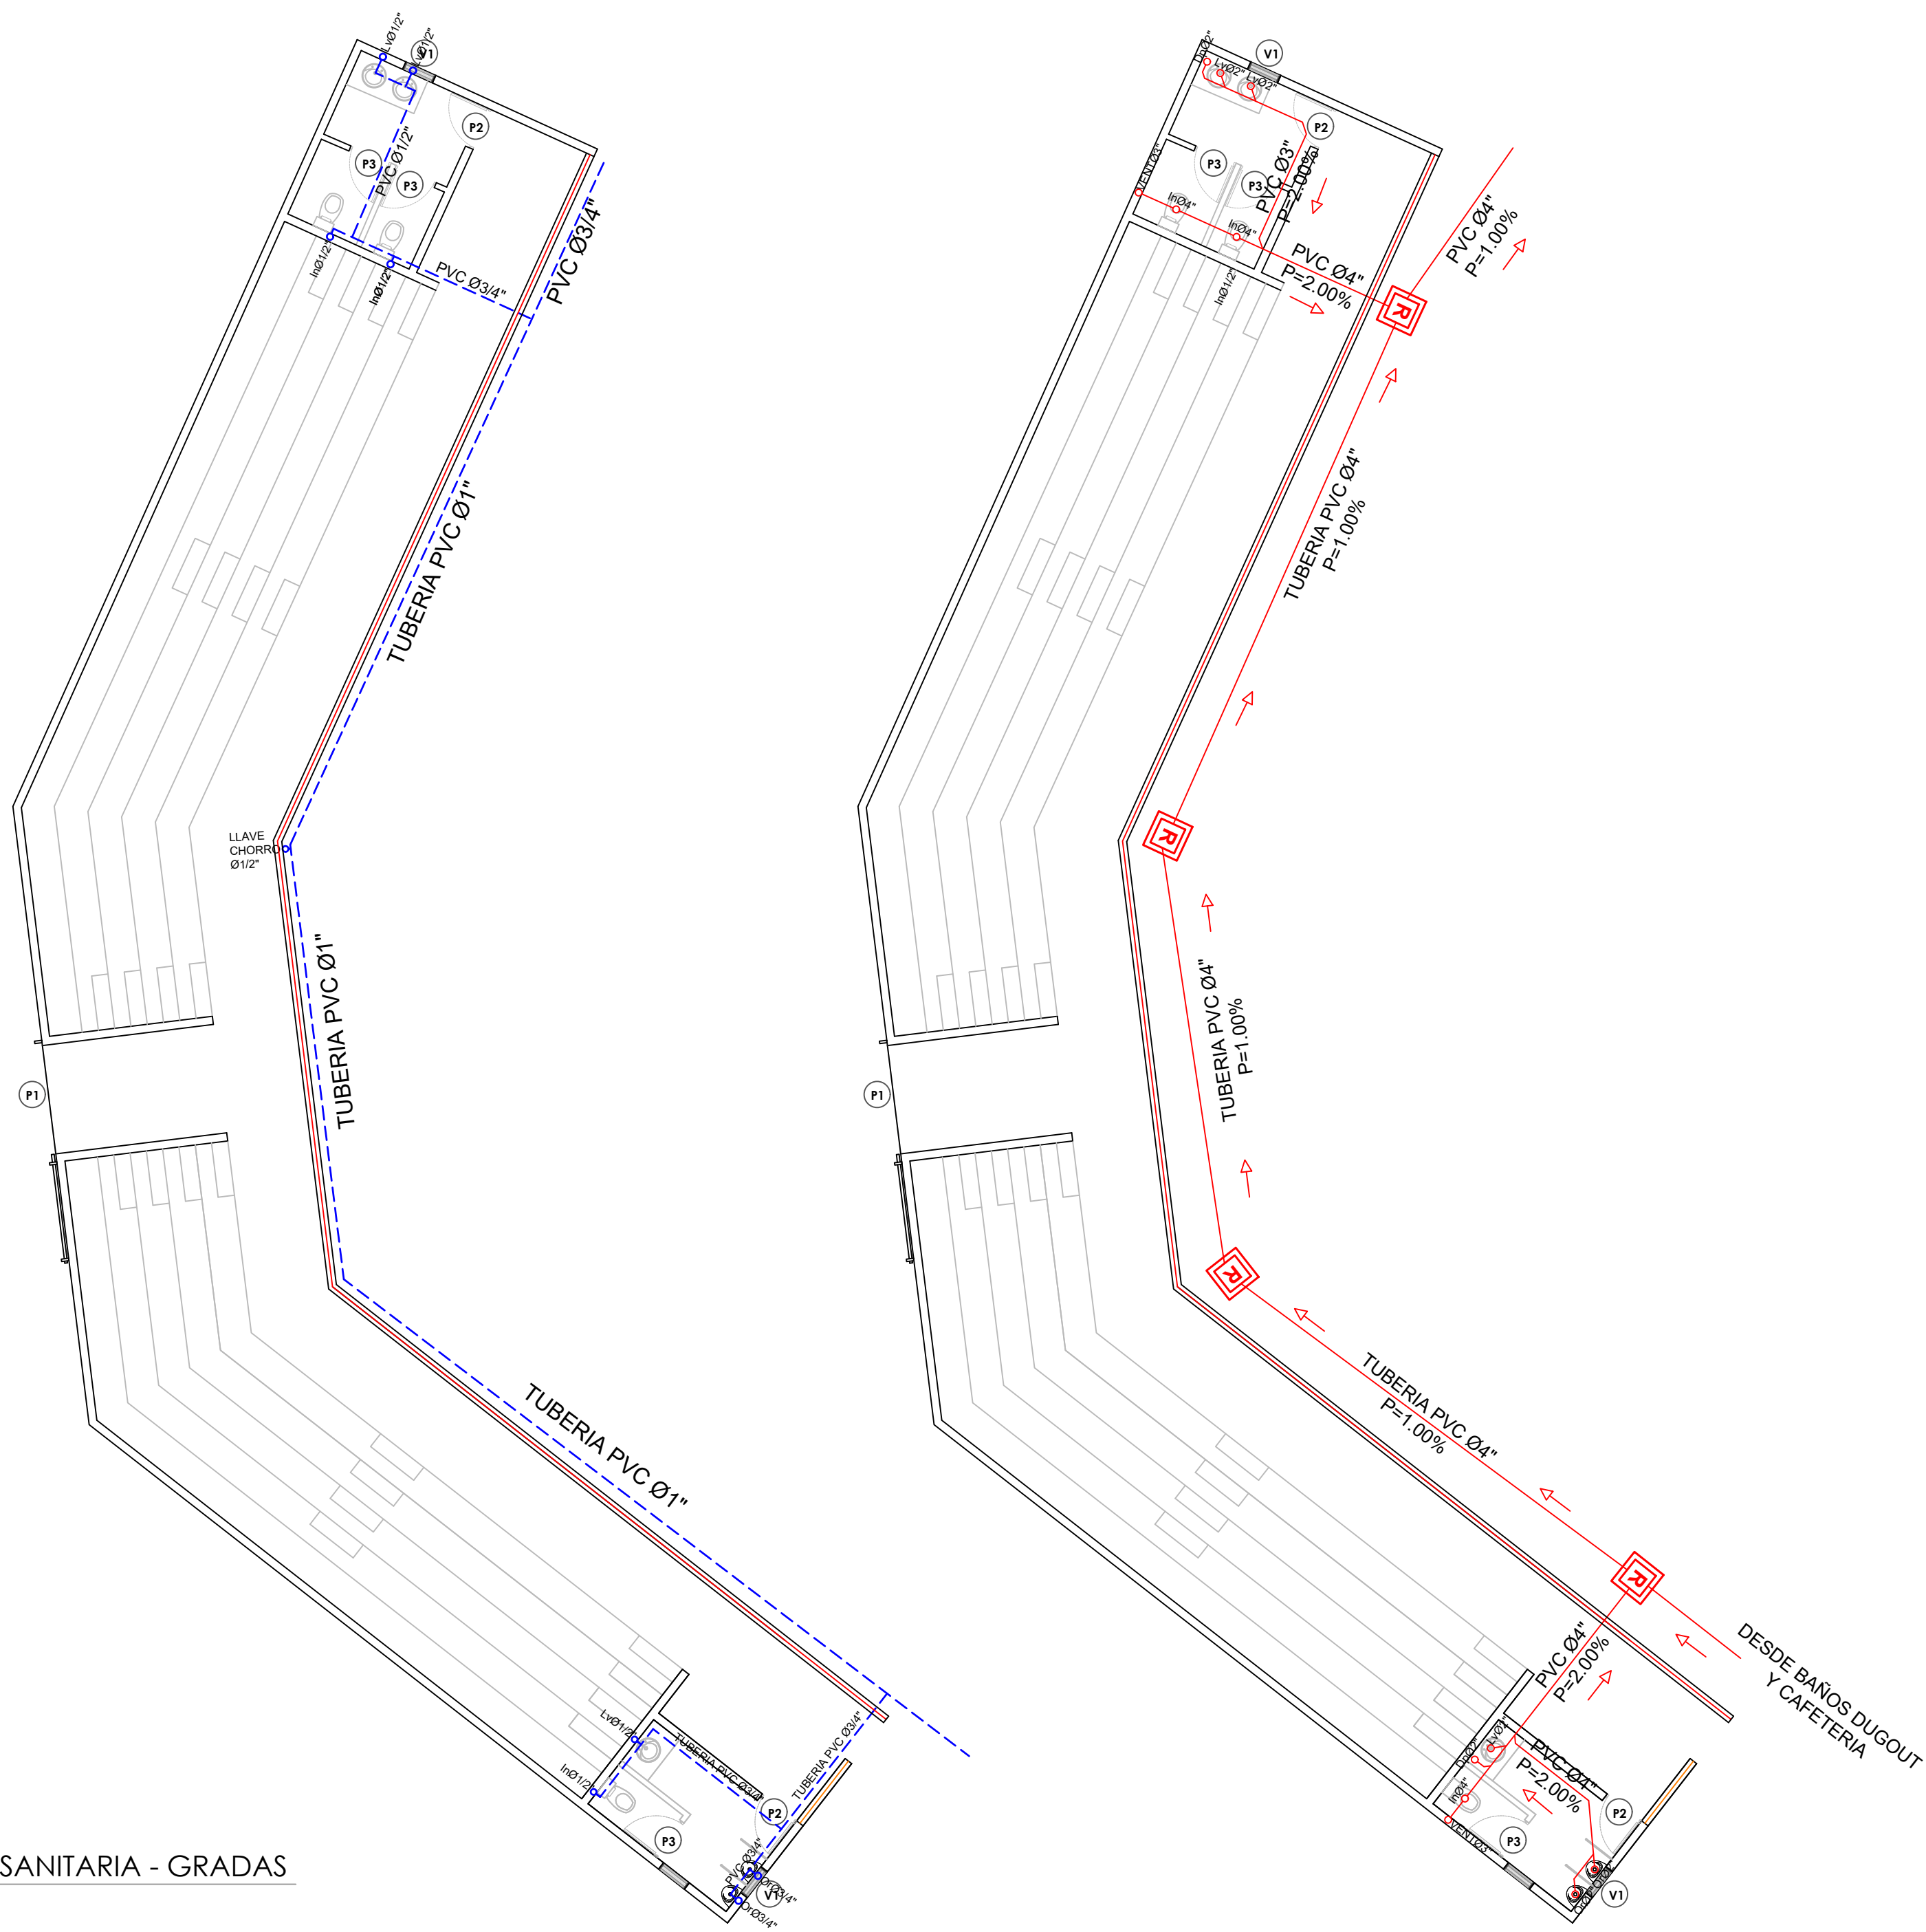

 PLANTA SANITARIA - GRADAS
ESC. 1:100

DIRECCION DE DESARROLLO
PROVINCIAL
DDP



Ave. Dr. Delgado, Esq. Moises Garcia,
Gazcue, Sto. Dgo., R.D.
TEL.: (809)-364-2189 | FAX.: (809)- 688-1665
E-Mail: info@cpadp.gob.do

PROYECTO:
**Construcción campo de Béisbol
Los Amiguitos, sector Cruz Grande**

Municipio Santo Domingo Norte
República Dominicana

EQUIPO DE TRABAJO:	
DISEÑO ARQUITECTONICO	
	codia 00000
ENC. INGENIERIA	
ING. Fior Daliza Bonifacio	codia 00000
ESTRUCTURAL	
ING.	codia 00000
ELECTRICO	
ING. JUAN PÉREZ	codia 00000
HIDRO-SANITARIO	
ING. FRANCIS ESTEVEZ	codia 00000

SELLO DE APROBACION


CONTENIDO:

PLANTA INSTALACIONES
SANITARIAS

ESCALA:
1:100


Septiembre 2026

NO. PAGINA:
034

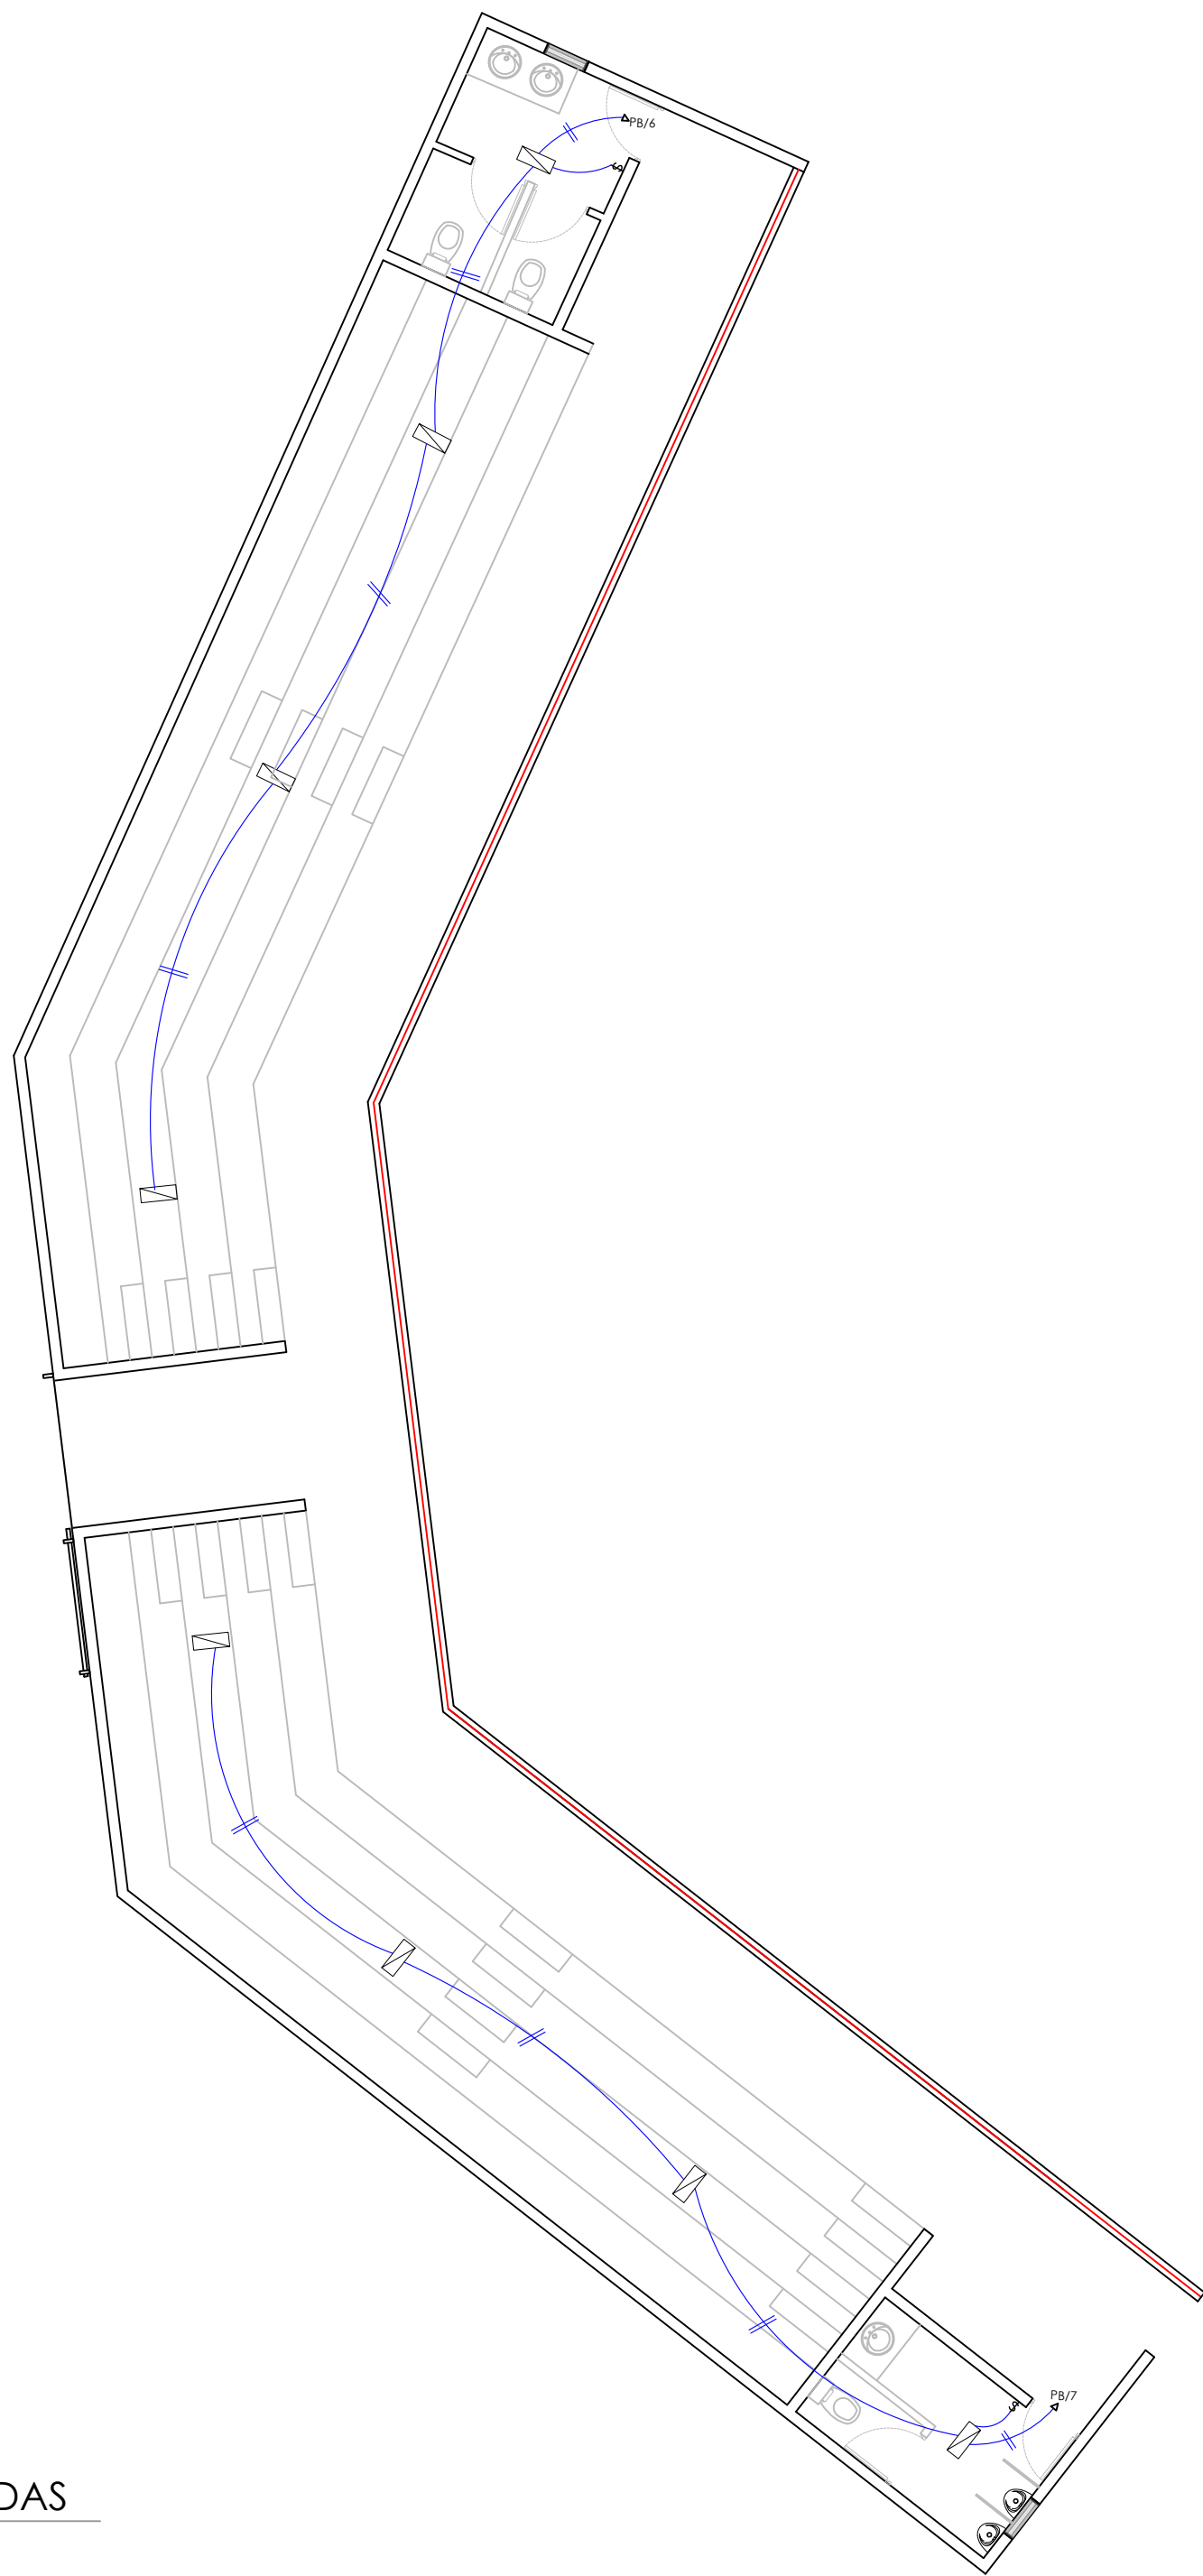

NOTA: ESTOS PLANOS PUEDEN SER MODIFICADOSY/O AJUSTADOS EN CAMPO.

DIRECCION DE DESARROLLO
PROVINCIAL
DDP

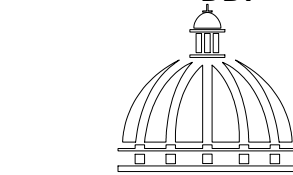

GOBIERNO DE LA
REPÚBLICA DOMINICANA

Ave. Dr. Delgado, Esq. Moises Garcia,
Gazcue, Sto. Dgo., R.D.
TEL.: (809)-364-2189 | FAX.: (809)- 688-1665
E-Mail: info@cpadp.gob.do

PROYECTO:
**Construcción campo de Béisbol
Los Amiguitos, sector Cruz Grande**

Municipio Santo Domingo Norte
República Dominicana

EQUIPO DE TRABAJO:

DISEÑO ARQUITECTONICO
codia 00000

ENC. INGENIERIA
ING. Fior Daliza Bonifacio
codia 00000

ESTRUCTURAL
ING.
codia 00000

ELECTRICO
ING. JUAN PÉREZ
codia 00000

HIDRO-SANITARIO
ING. FRANCIS ESTEVEZ
codia 00000

SELLO DE APROBACION



CONTENIDO:
**PLANTA INSTALACIONES
ELÉCTRICAS**

ESCALA:
1:100

Septiembre 2026

NO. PAGINA:


035

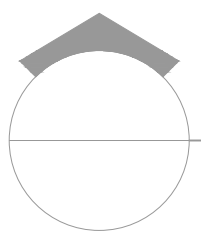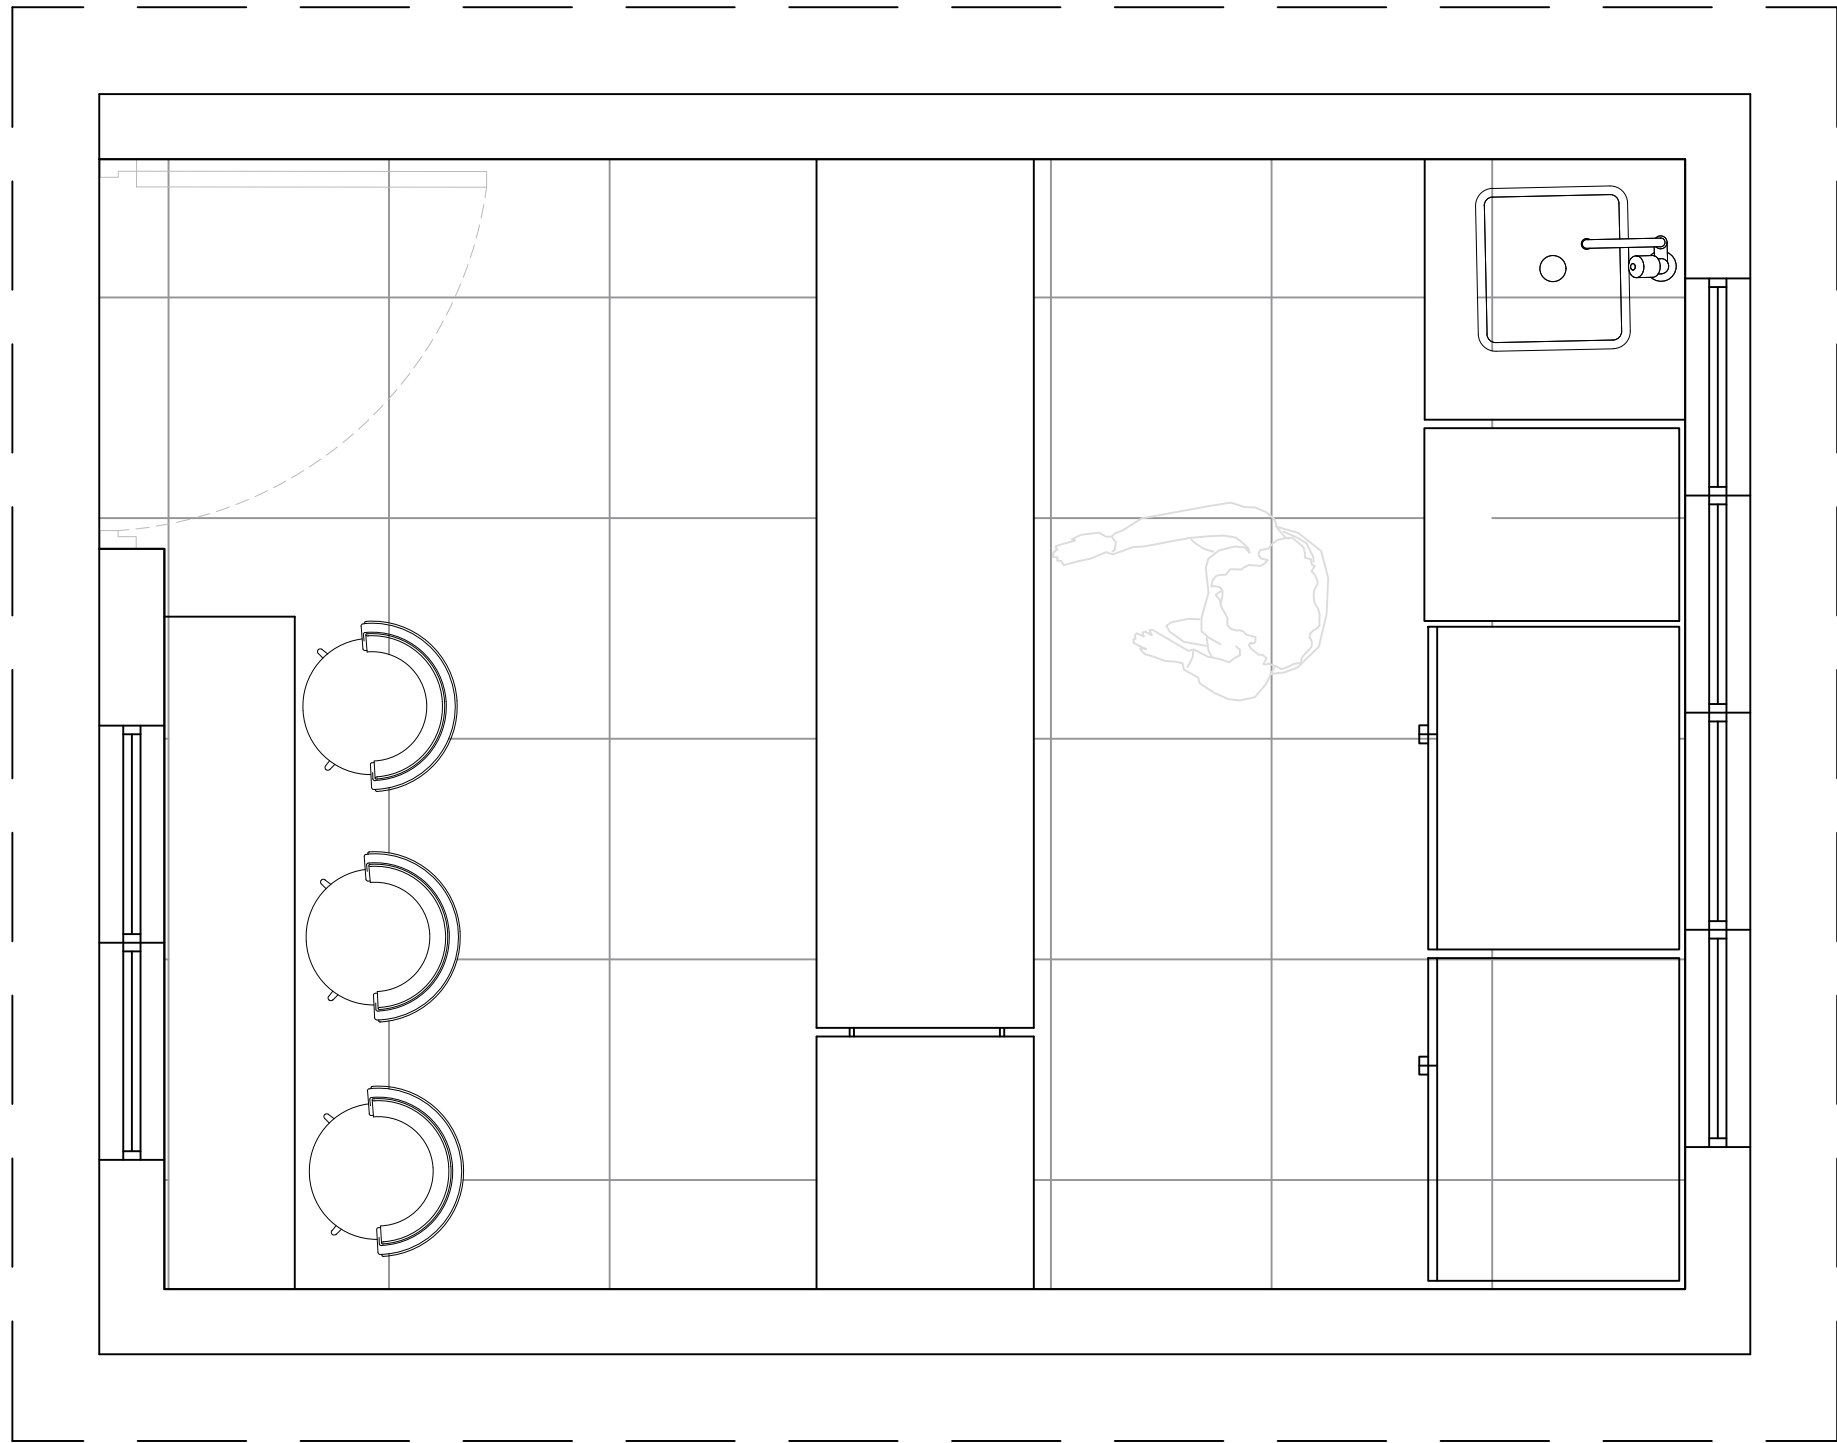

PLANTA DE PISO

ESC. 1:100

DIRECCION DE DESARROLLO
PROVINCIAL
DDP

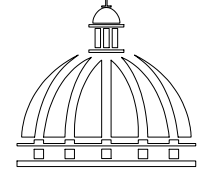

GOBIERNO DE LA
REPÚBLICA DOMINICANA

Ave. Dr. Delgado, Esq. Moises Garcia,
Gazcue, Sto. Dgo., R.D.
TEL.: (809)-364-2189 | FAX.: (809)- 688-1665
E-Mail: info@cpadp.gob.do

PROYECTO:

Construcción campo de Béisbol
Los Amiguitos, sector Cruz Grande

Municipio Santo Domingo Norte
República Dominicana

EQUIPO DE TRABAJO:

DISEÑO ARQUITECTONICO

codia 00000

ENC. INGENIERIA

ING. Fior Daliza Bonifacio
codia 00000

ESTRUCTURAL

ING.

codia 00000

ELECTRICO

ING. JUAN PÉREZ
codia 00000

HIDRO-SANITARIO

ING. FRANCIS ESTEVEZ
codia 00000

SELLO DE APROBACION

CONTENIDO:



ESCALA:

1:50

Septiembre 2026

NO. PAGINA:

037

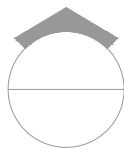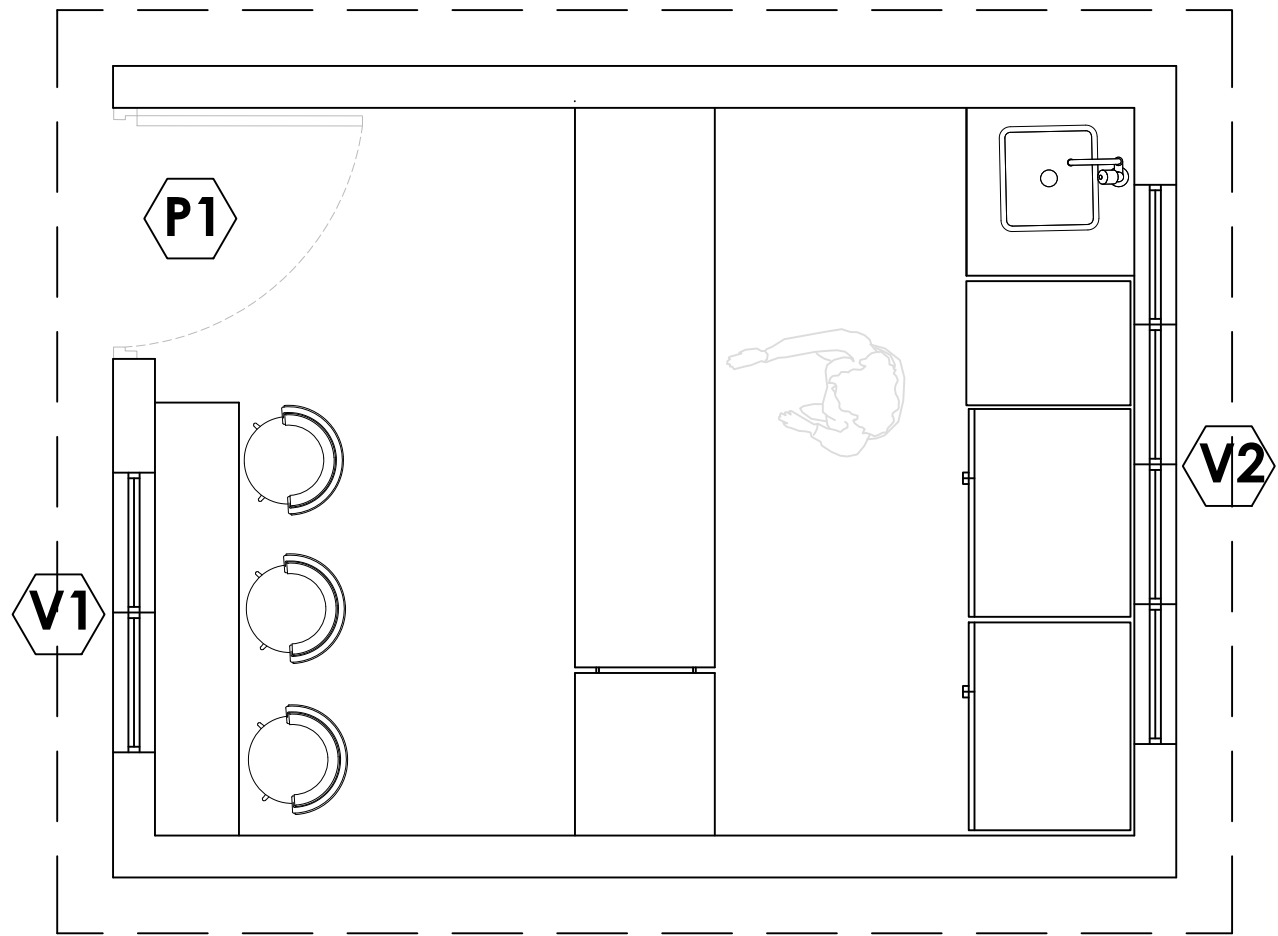


PLANTA DE PUERTA Y VENTANA

ESC. 1:100

TABLA DE PUERTA							
No.	Tipo	Ancho	Altura	Área	Material	Obs.	Cant.
P1	Abatible	0.90	2.10	1.89 m²	Polimetálica	Blanca	1

TABLA DE VENTANA							
No.	Tipo	Ancho	Altura	Área	Material	Obs.	Cant.
V1	Fija	1.00	1.00	0.36m²	celosia	Blanca	1
V2	Fija	2.00	0.40	0.80 m²	celosia	Blanca	1

DIRECCION DE DESARROLLO
PROVINCIAL
DDP

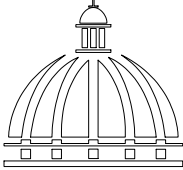

Ave. Dr. Delgado, Esq. Moises Garcia,
Gazcue, Sto. Dgo., R.D.
TEL.: (809)-364-2189 | FAX.: (809)- 688-1665
E-Mail: info@cpadp.gob.do

PROYECTO:
Construcción campo de Béisbol
Los Amiguitos, sector Cruz Grande
Municipio Santo Domingo Norte
República Dominicana

EQUIPO DE TRABAJO:

DISEÑO ARQUITECTONICO
codia 00000

ENC. INGENIERIA
ING. Fior Daliza Bonifacio
codia 00000

ESTRUCTURAL
ING.
codia 00000

ELECTRICO
ING. JUAN PÉREZ
codia 00000

HIDRO-SANITARIO
ING. FRANCIS ESTEVEZ
codia 00000


SELLO DE APROBACION

CONTENIDO:
PLANTA ARQUITECTÓNICA Y
DIMENSIONADA CAFETERIA

ESCALA:
1:50


Septiembre 2026

NO. PAGINA:
038

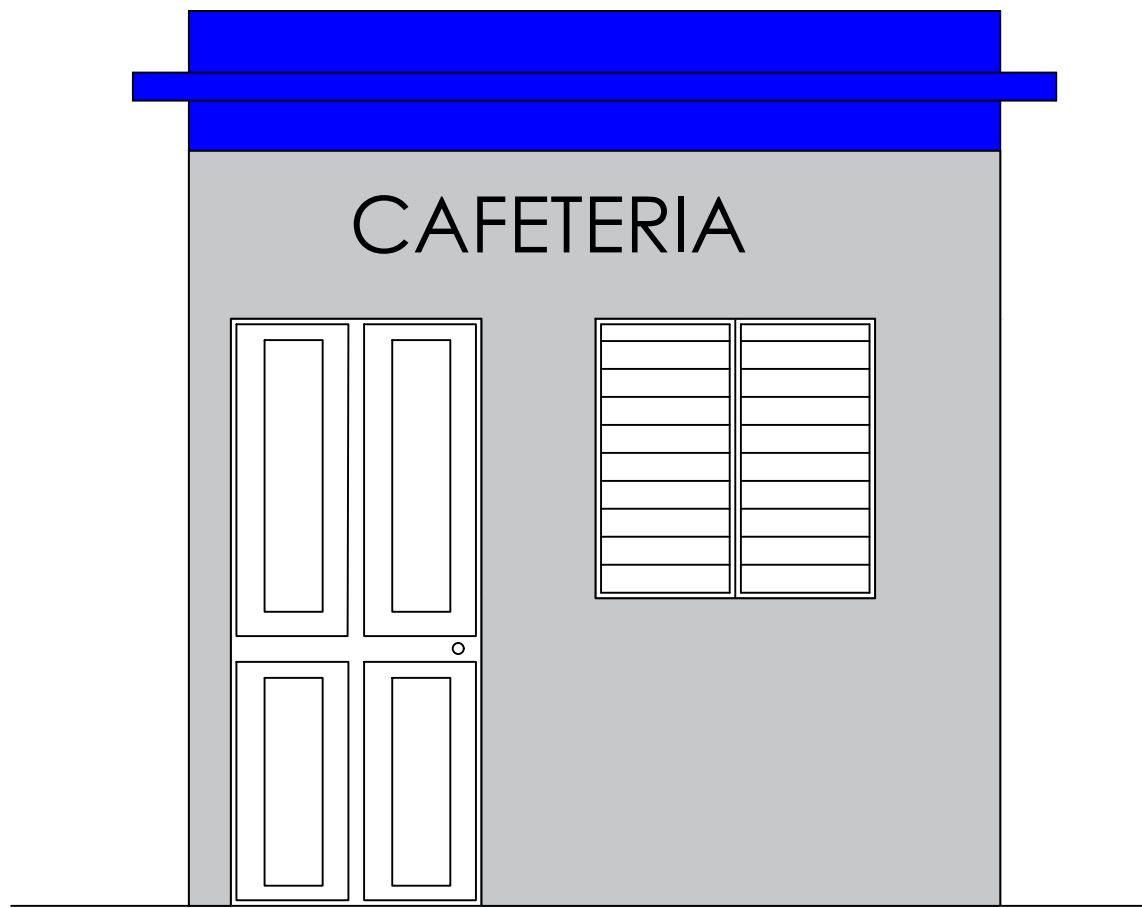


ELEVACIÓN FRONTAL

ESC. 1:100

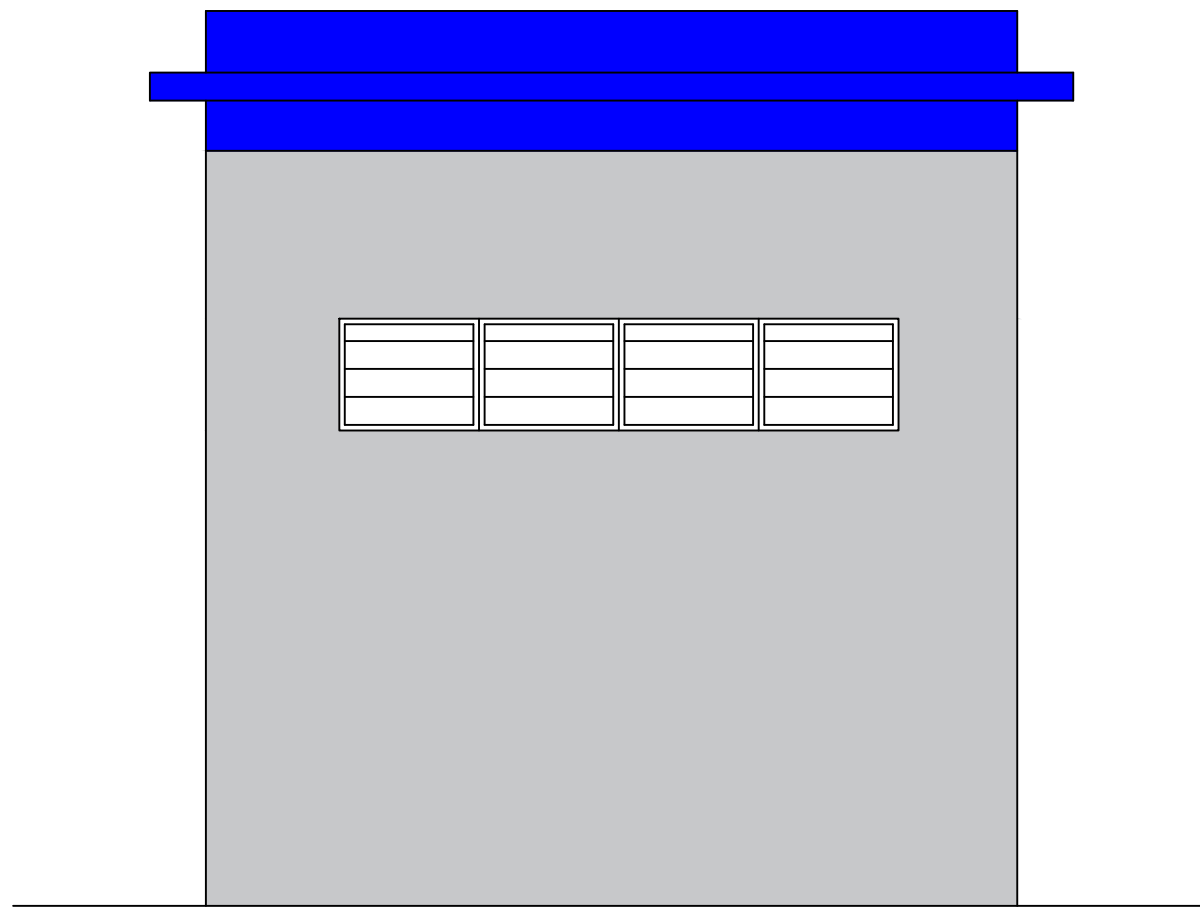

ELEVACIÓN POSTERIOR

 
ESC. 1:100



ELEVACIÓN LATERAL DERECHO

ESC. 1:100

DIRECCION DE DESARROLLO
PROVINCIAL
DDP

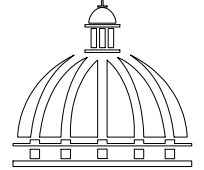

GOBIERNO DE LA
REPÚBLICA DOMINICANA

Ave. Dr. Delgado, Esq. Moises Garcia,
Gazcue, Sto. Dgo., R.D.
TEL.: (809)-364-2189 | FAX.: (809)- 688-1665
E-Mail: info@cpadp.gob.do

PROYECTO:

Construcción campo de Béisbol
Los Amiguitos, sector Cruz Grande

Municipio Santo Domingo Norte
República Dominicana

EQUIPO DE TRABAJO:

DISEÑO ARQUITECTONICO

codia 00000

ENC. INGENIERIA

ING. Fior Daliza Bonifacio
codia 00000

ESTRUCTURAL

ING.

codia 00000

ELECTRICO

ING. JUAN PÉREZ
codia 00000

HIDRO-SANITARIO

ING. FRANCIS ESTEVEZ
codia 00000

SELLO DE APROBACION

CONTENIDO:

ELEVACIONES- CAFETERIA



ESCALA:

1:50

Septiembre 2026


NO. PAGINA:

039

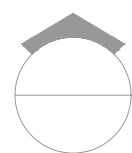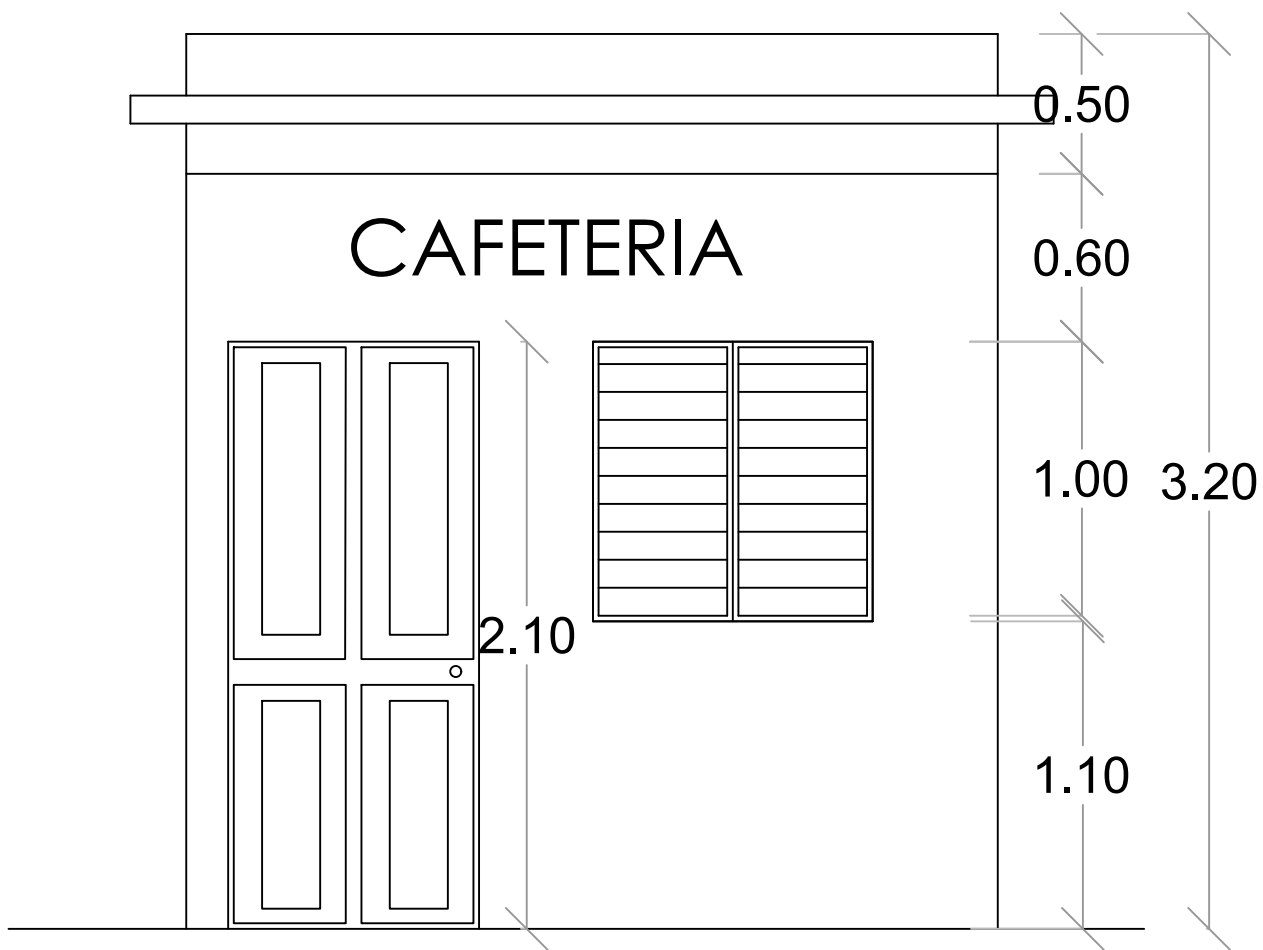


ELEVACIÓN FRONTAL

ESC. 1:100

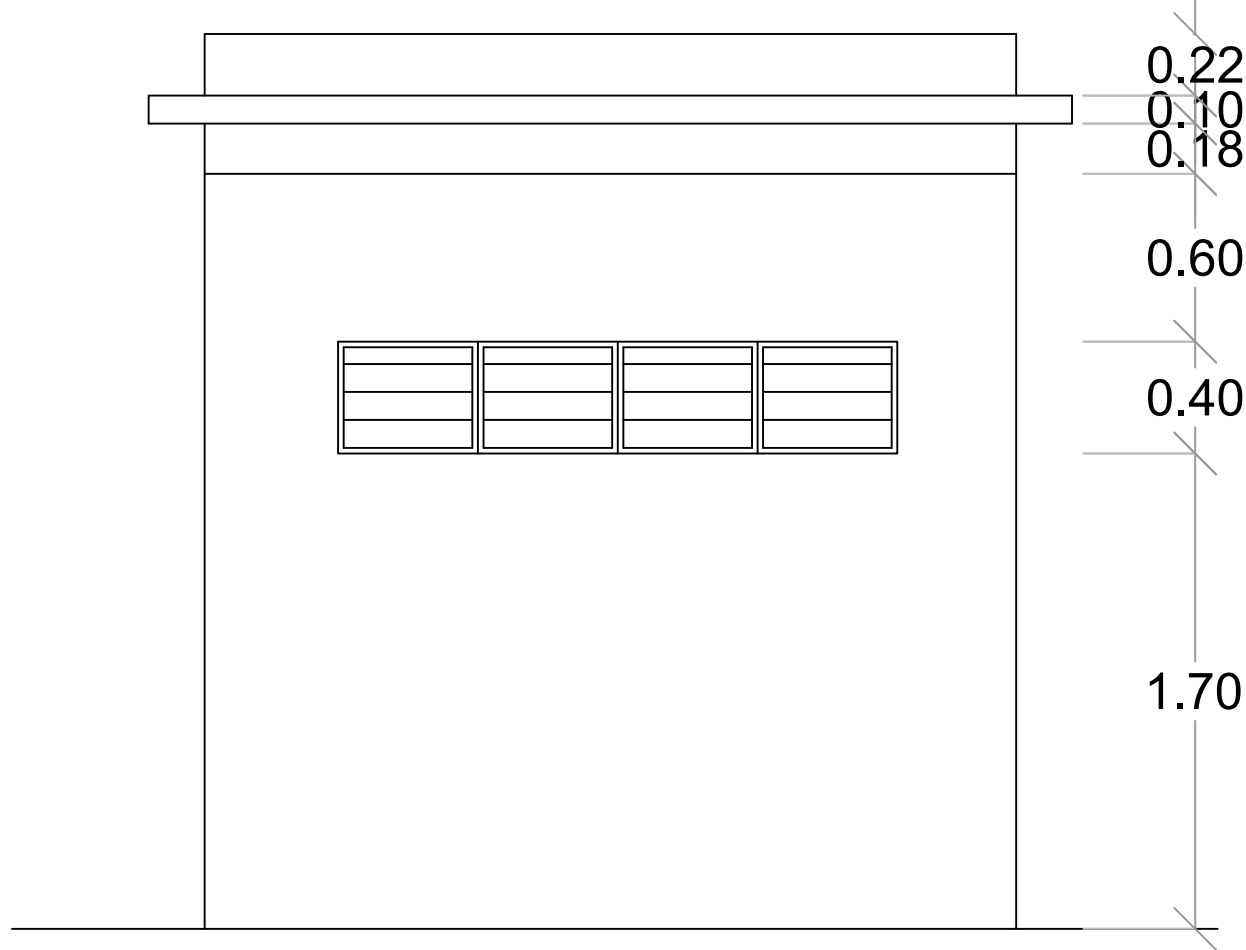

ELEVACIÓN POSTERIOR


ESC. 1:100

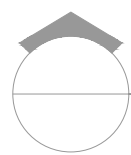

ELEVACIÓN LATERAL DERECHO

ESC. 1:100

DIRECCION DE DESARROLLO
PROVINCIAL
DDP

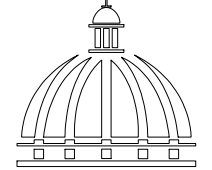

GOBIERNO DE LA
REPÚBLICA DOMINICANA

Ave. Dr. Delgado, Esq. Moises Garcia,
Gazcue, Sto. Dgo., R.D.
TEL.: (809)-364-2189 | FAX.: (809)- 688-1665
E-Mail: info@cpadp.gob.do

PROYECTO:

Construcción campo de Béisbol
Los Amiguitos, sector Cruz Grande

Municipio Santo Domingo Norte
República Dominicana

EQUIPO DE TRABAJO:

DISEÑO ARQUITECTONICO

codia 00000

ENC. INGENIERIA

ING. Fior Daliza Bonifacio
codia 00000

ESTRUCTURAL

ING.

codia 00000

ELECTRICO

ING. JUAN PÉREZ
codia 00000

HIDRO-SANITARIO

ING. FRANCIS ESTEVEZ
codia 00000

SELLO DE APROBACION

CONTENIDO:

ELEVACIONES Y SECCIÓN
CAFETERIA

ESCALA:

1:50

Septiembre 2026

NO. PAGINA:

040

PROYECTO:
Construcción campo de Béisbol
Los Amiguitos, sector Cruz Grande
Municipio Santo Domingo Norte
República Dominicana

EQUIPO DE TRABAJO:

DISEÑO ARQUITECTONICO
codia 00000

ENC. INGENIERIA
ING. Fior Daliza Bonifacio
codia 00000

ESTRUCTURAL
ING.
codia 00000

ELECTRICO
ING. JUAN PÉREZ
codia 00000

HIDRO-SANITARIO
ING. FRANCIS ESTEVEZ
codia 00000


SELLO DE APROBACION

CONTENIDO:
**ELEVACIONES Y SECCIÓN
CAFETERIA**


ESCALA:
1:50

Septiembre 2026



NO. PAGINA:
041

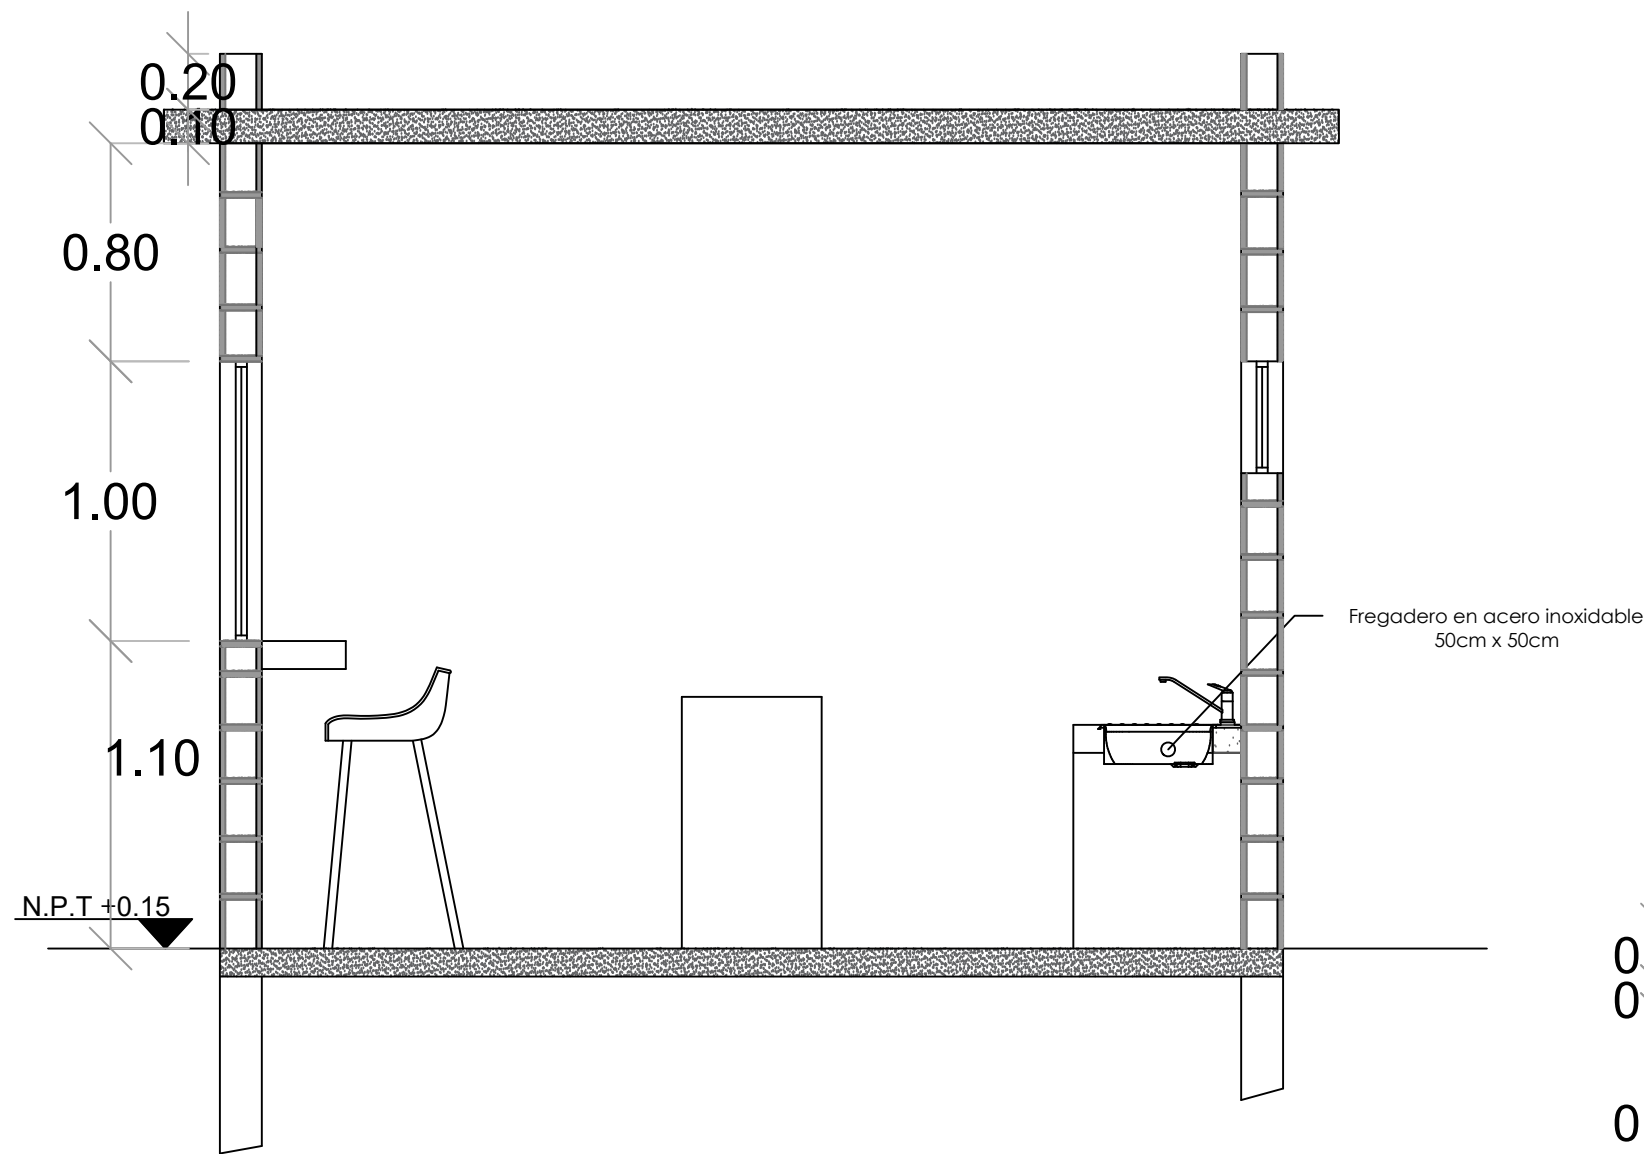



 **SECCIÓN A-A**
ESC. 1:100

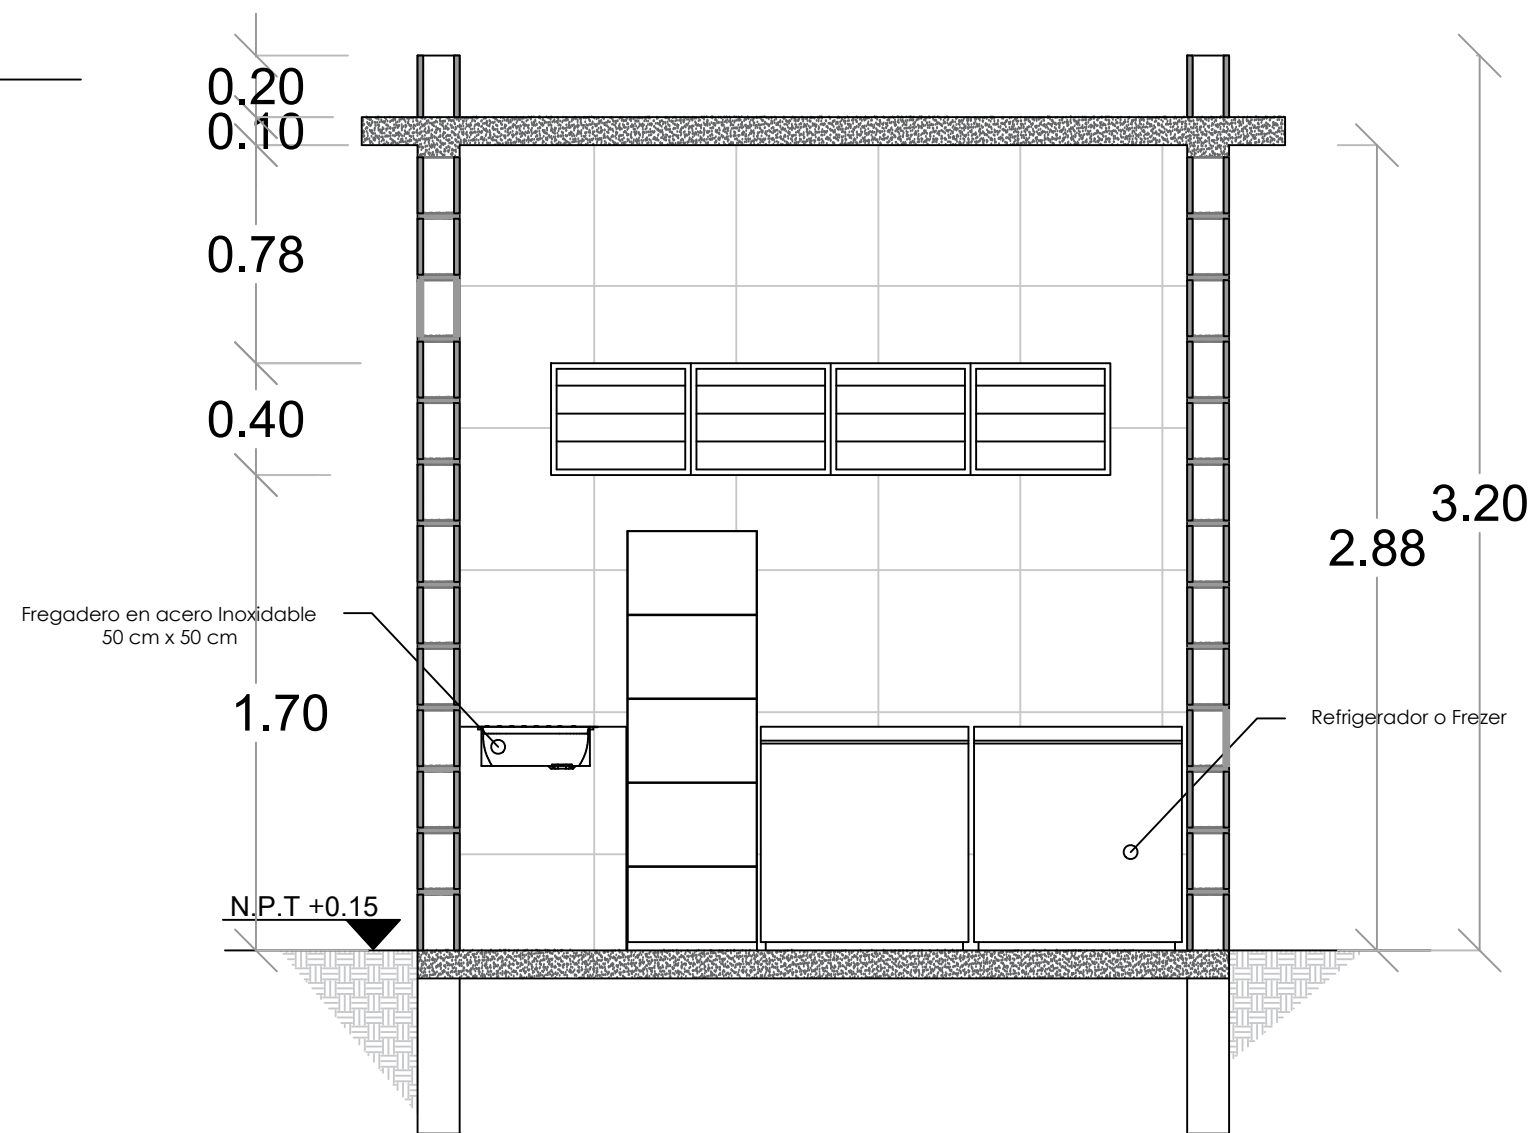

 **SECCIÓN B-B**
ESC. 1:100

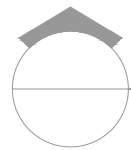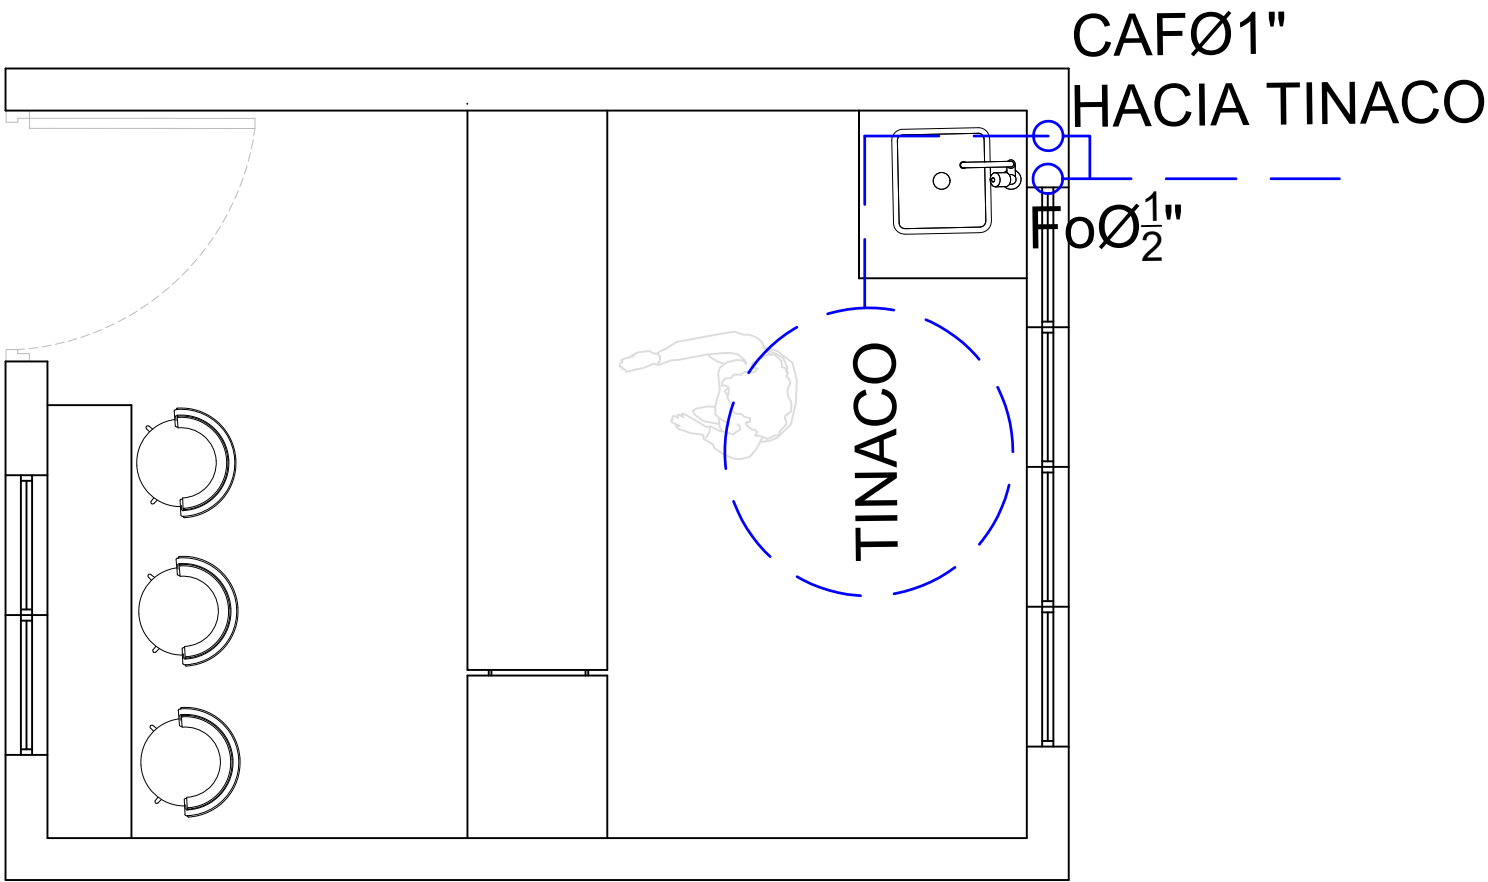


PLANTA AGUA POTABLE - CAFETERIA
ESC. 1:100

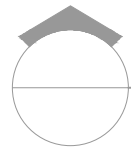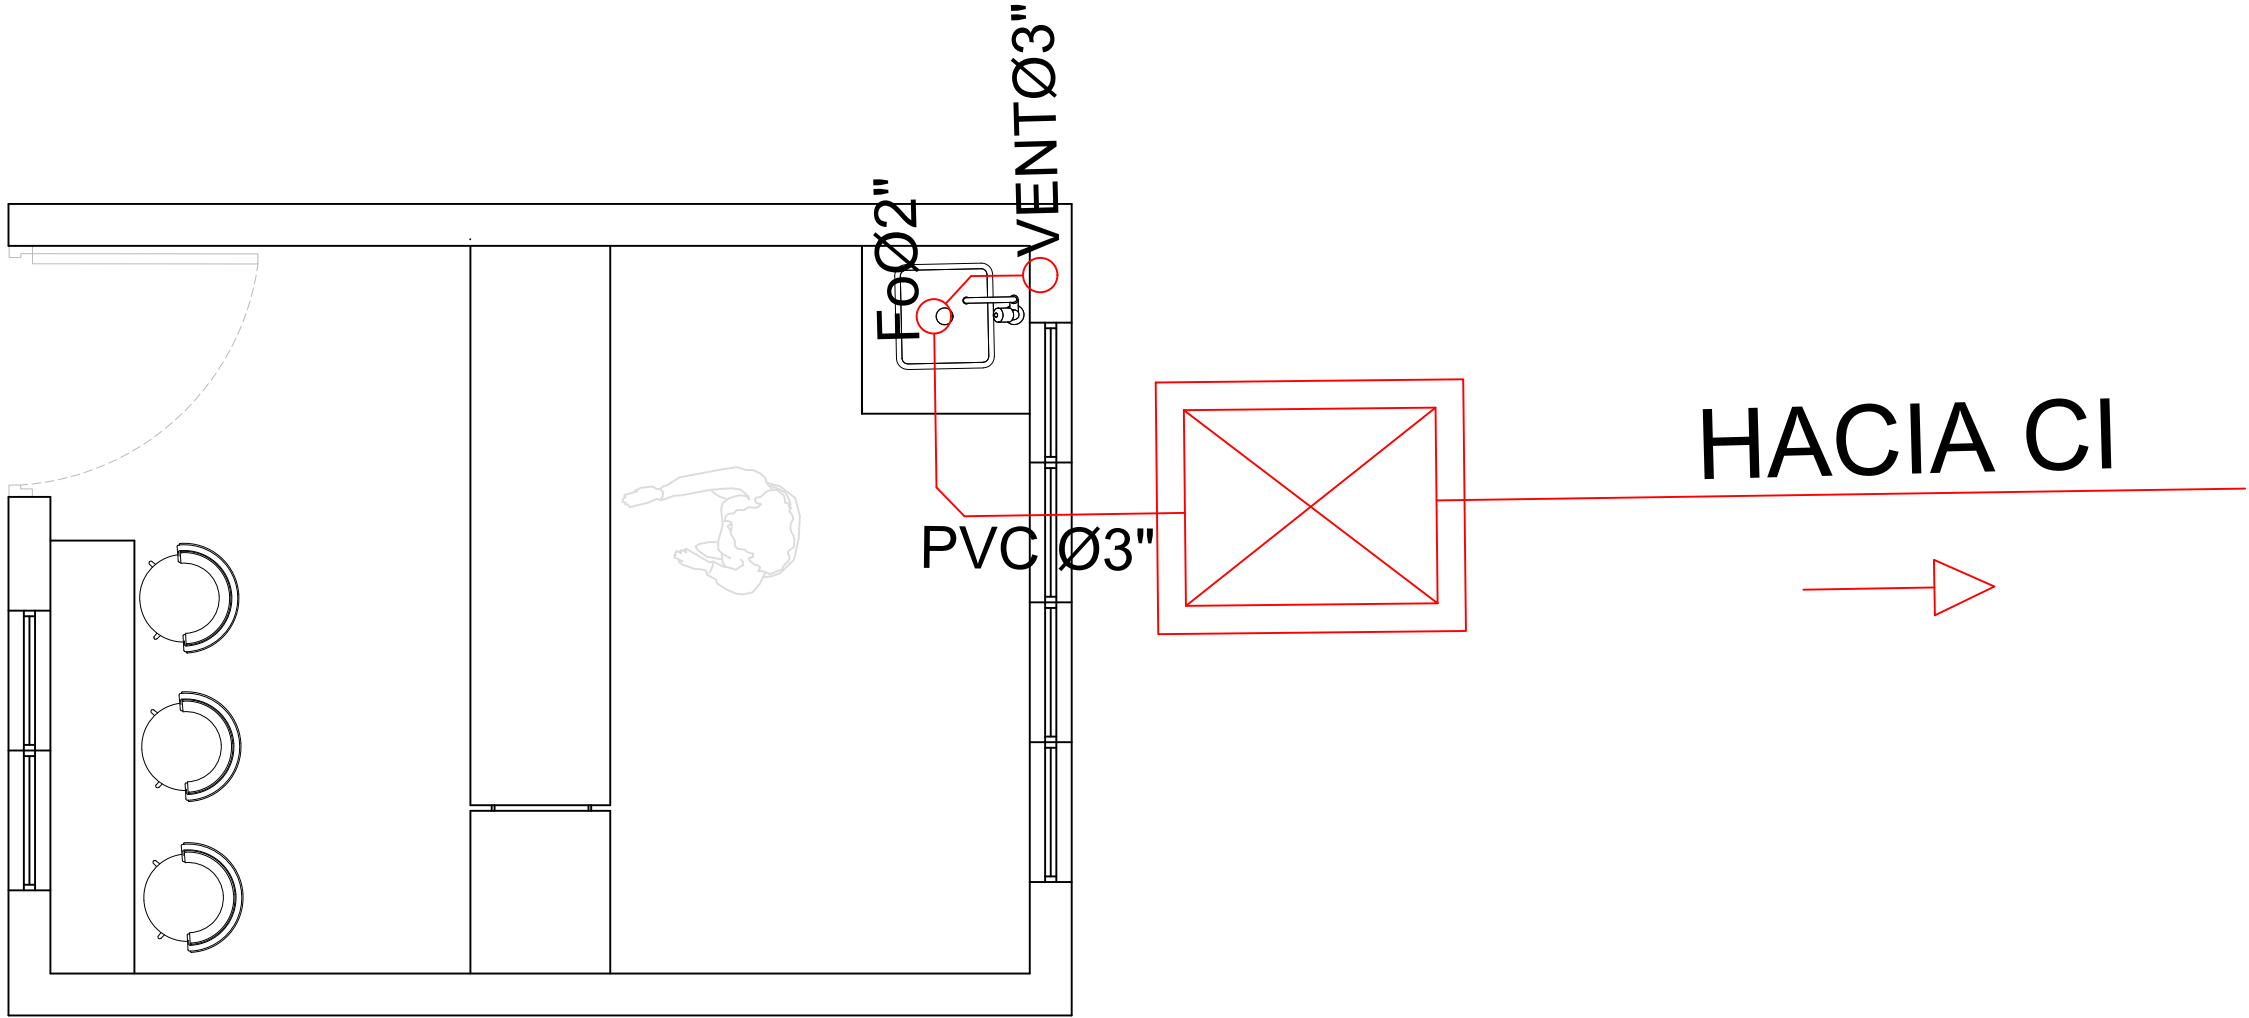

PLANTA AGUAS RESIDUALES - CAFETERIA
ESC. 1:100

DIRECCION DE DESARROLLO
PROVINCIAL
DDP

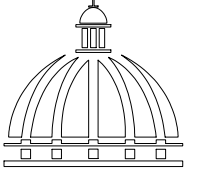

Ave. Dr. Delgado, Esq. Moises Garcia,
Gazcue, Sto. Dgo., R.D.
TEL.: (809)-364-2189 | FAX.: (809)- 688-1665
E-Mail: info@cpadp.gob.do

PROYECTO:
Construcción campo de Béisbol
Los Amiguitos, sector Cruz Grande
Municipio Santo Domingo Norte
República Dominicana

EQUIPO DE TRABAJO:

DISEÑO ARQUITECTONICO
codia 00000

ENC. INGENIERIA
ING. Fior Daliza Bonifacio
codia 00000

ESTRUCTURAL
ING.
codia 00000

ELECTRICO
ING. JUAN PÉREZ
codia 00000

HIDRO-SANITARIO
ING. FRANCIS ESTEVEZ
codia 00000

SELLO DE APROBACION

CONTENIDO:
**PLANTA ARQUITECTÓNICA
DE TECHO- CAFETERIA**

ESCALA:
1:50

Septiembre 2026

NO. PAGINA:
042

PROYECTO:
Construcción campo de Béisbol
Los Amiguitos, sector Cruz Grande

Municipio Santo Domingo Norte
República Dominicana

EQUIPO DE TRABAJO:

DISEÑO ARQUITECTONICO
codia 00000

ENC. INGENIERIA
ING. Fior Daliza Bonifacio
codia 00000

ESTRUCTURAL
ING.
codia 00000

ELECTRICO
ING. JUAN PÉREZ
codia 00000

HIDRO-SANITARIO
ING. FRANCIS ESTEVEZ
codia 00000


SELLO DE APROBACION

CONTENIDO:


ESCALA:
1:50

Septiembre 2026

NO. PAGINA:
043

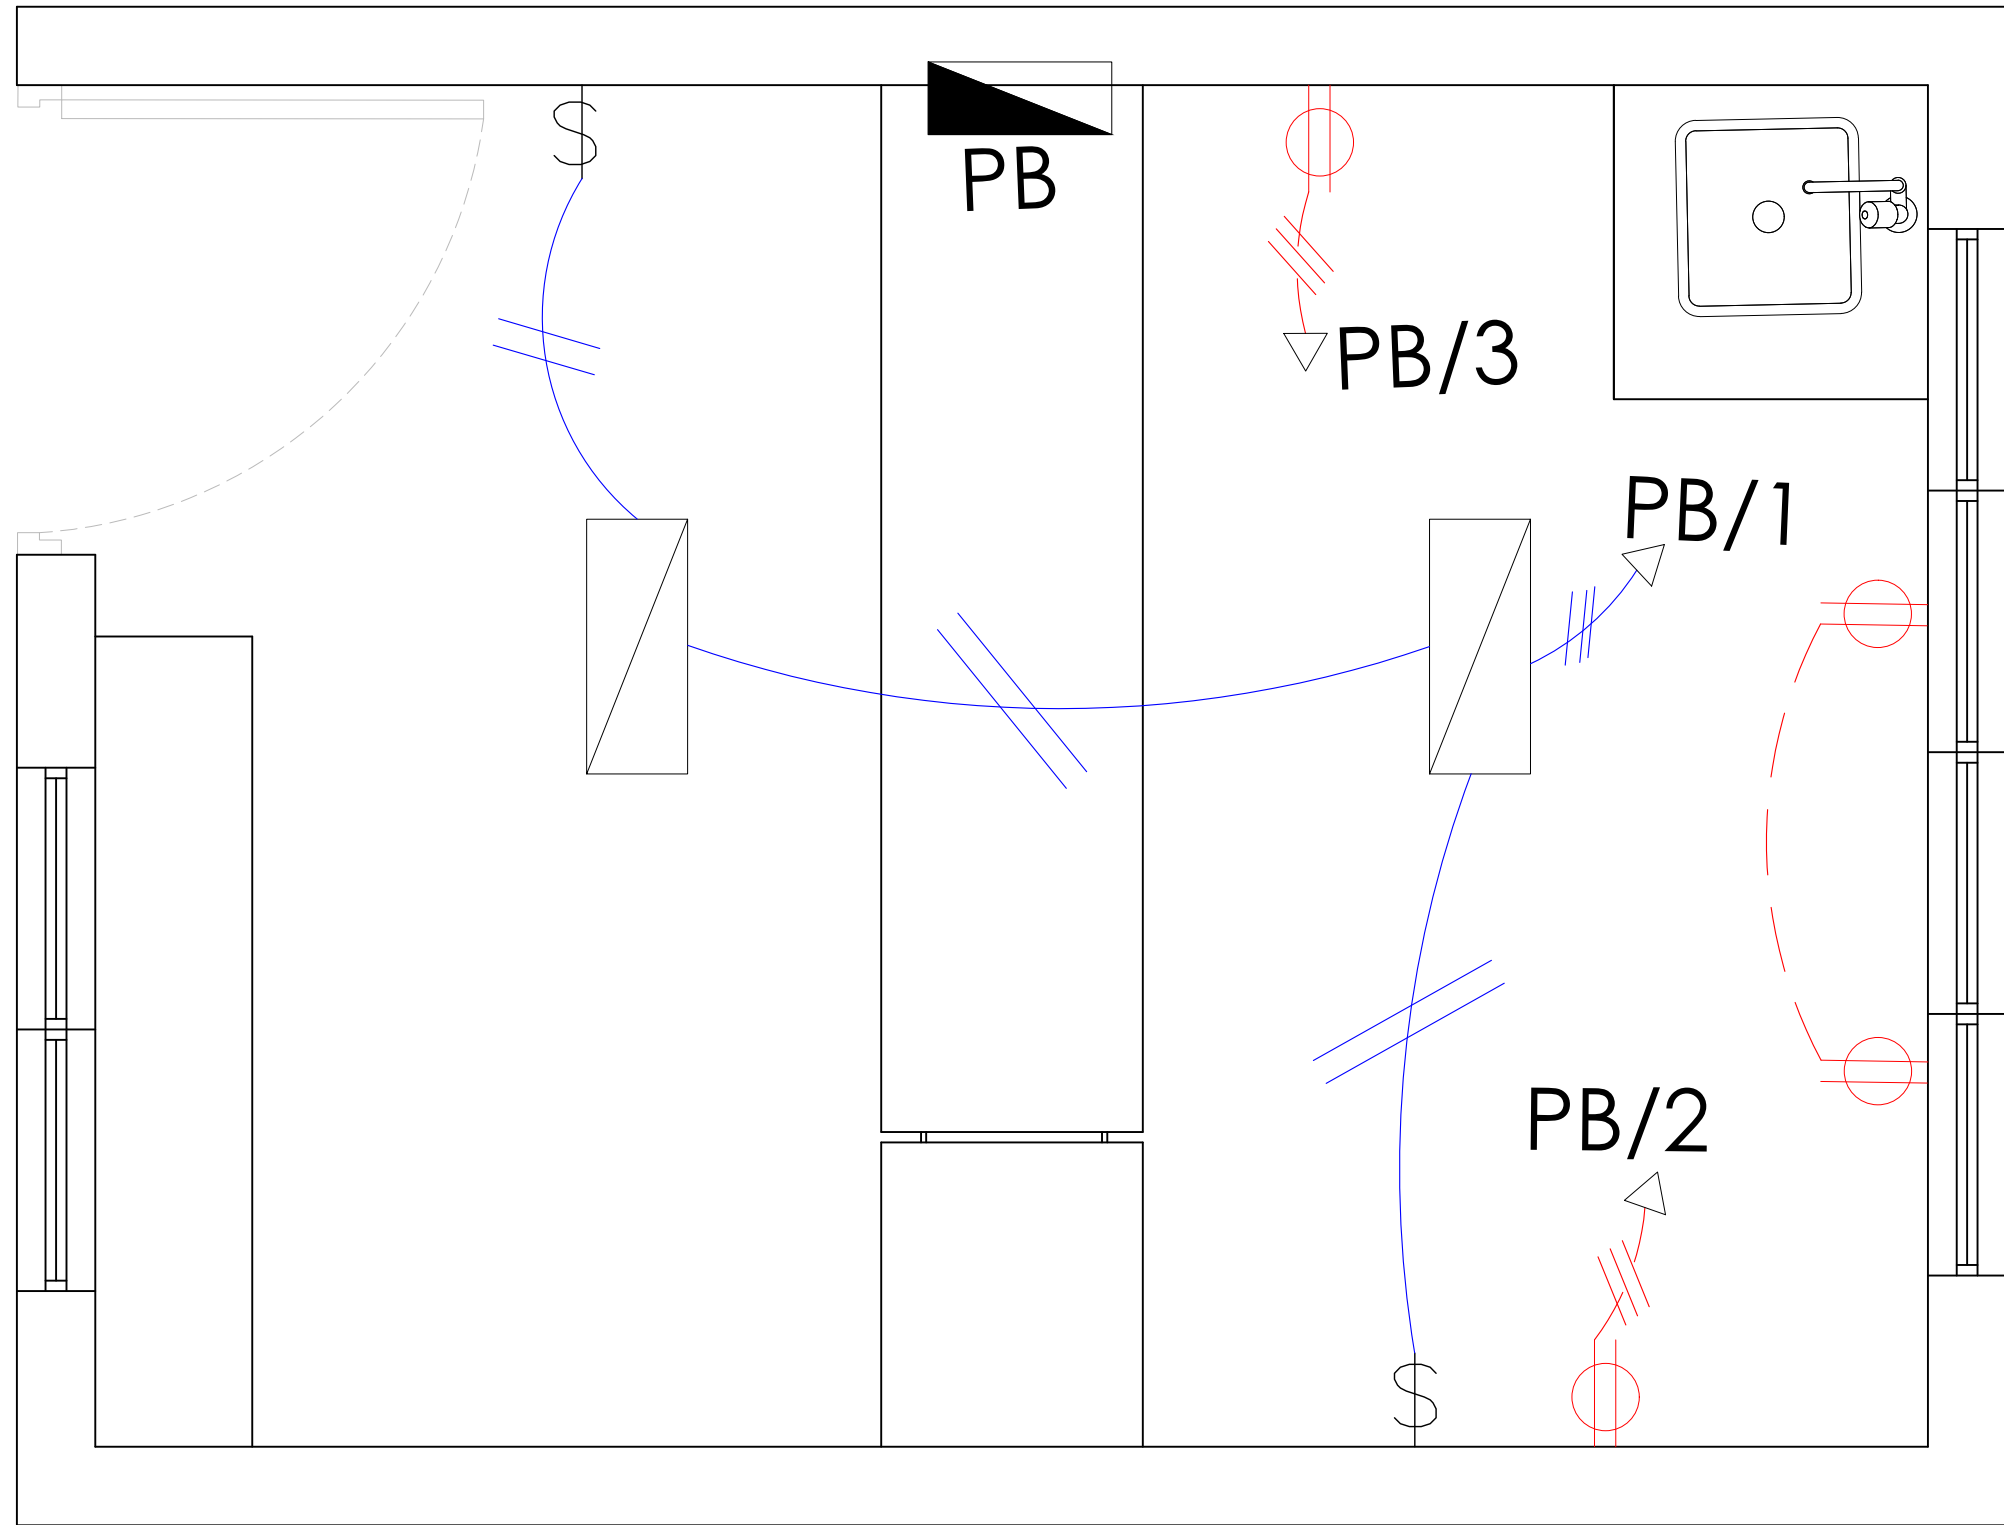

LEYENDA	
SIMBOLOGÍA	NOMBRE
	Luces de Techo
	Lampara flour 2x4
	Luces de Pared
	Interruptores sencillo, 15A, 120V
	Interruptores doble, 15A, 120V
	Interruptores triple, 15A, 120V
	Interruptores 3 Way, 15A, 120V
	Interruptores 4 Way, 15A, 120V
	Toma Corriente 120V, Doble, 20A
	Toma Corriente 240V, Sencillo, 30A
	Tuberia Empotrada en Losa
	Tuberia Empotrada en Tierra
	Panel de Distribución Eléctrica
	Panel Board

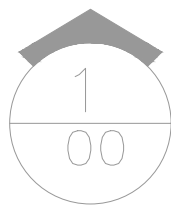

PLANTA INSTALACIONES ELECTRICAS LUMINARIAS Y TOMACORRIENTES

ESC. 1:100