

PROYECTO:

"CONSTRUCCIÓN CLUB DEPORTIVO SABANA REY LA ESQUINA"

Municipio Cotui, Provincia Sanchez Ramirez, Republica Dominicana

SEPTIEMBRE 2026





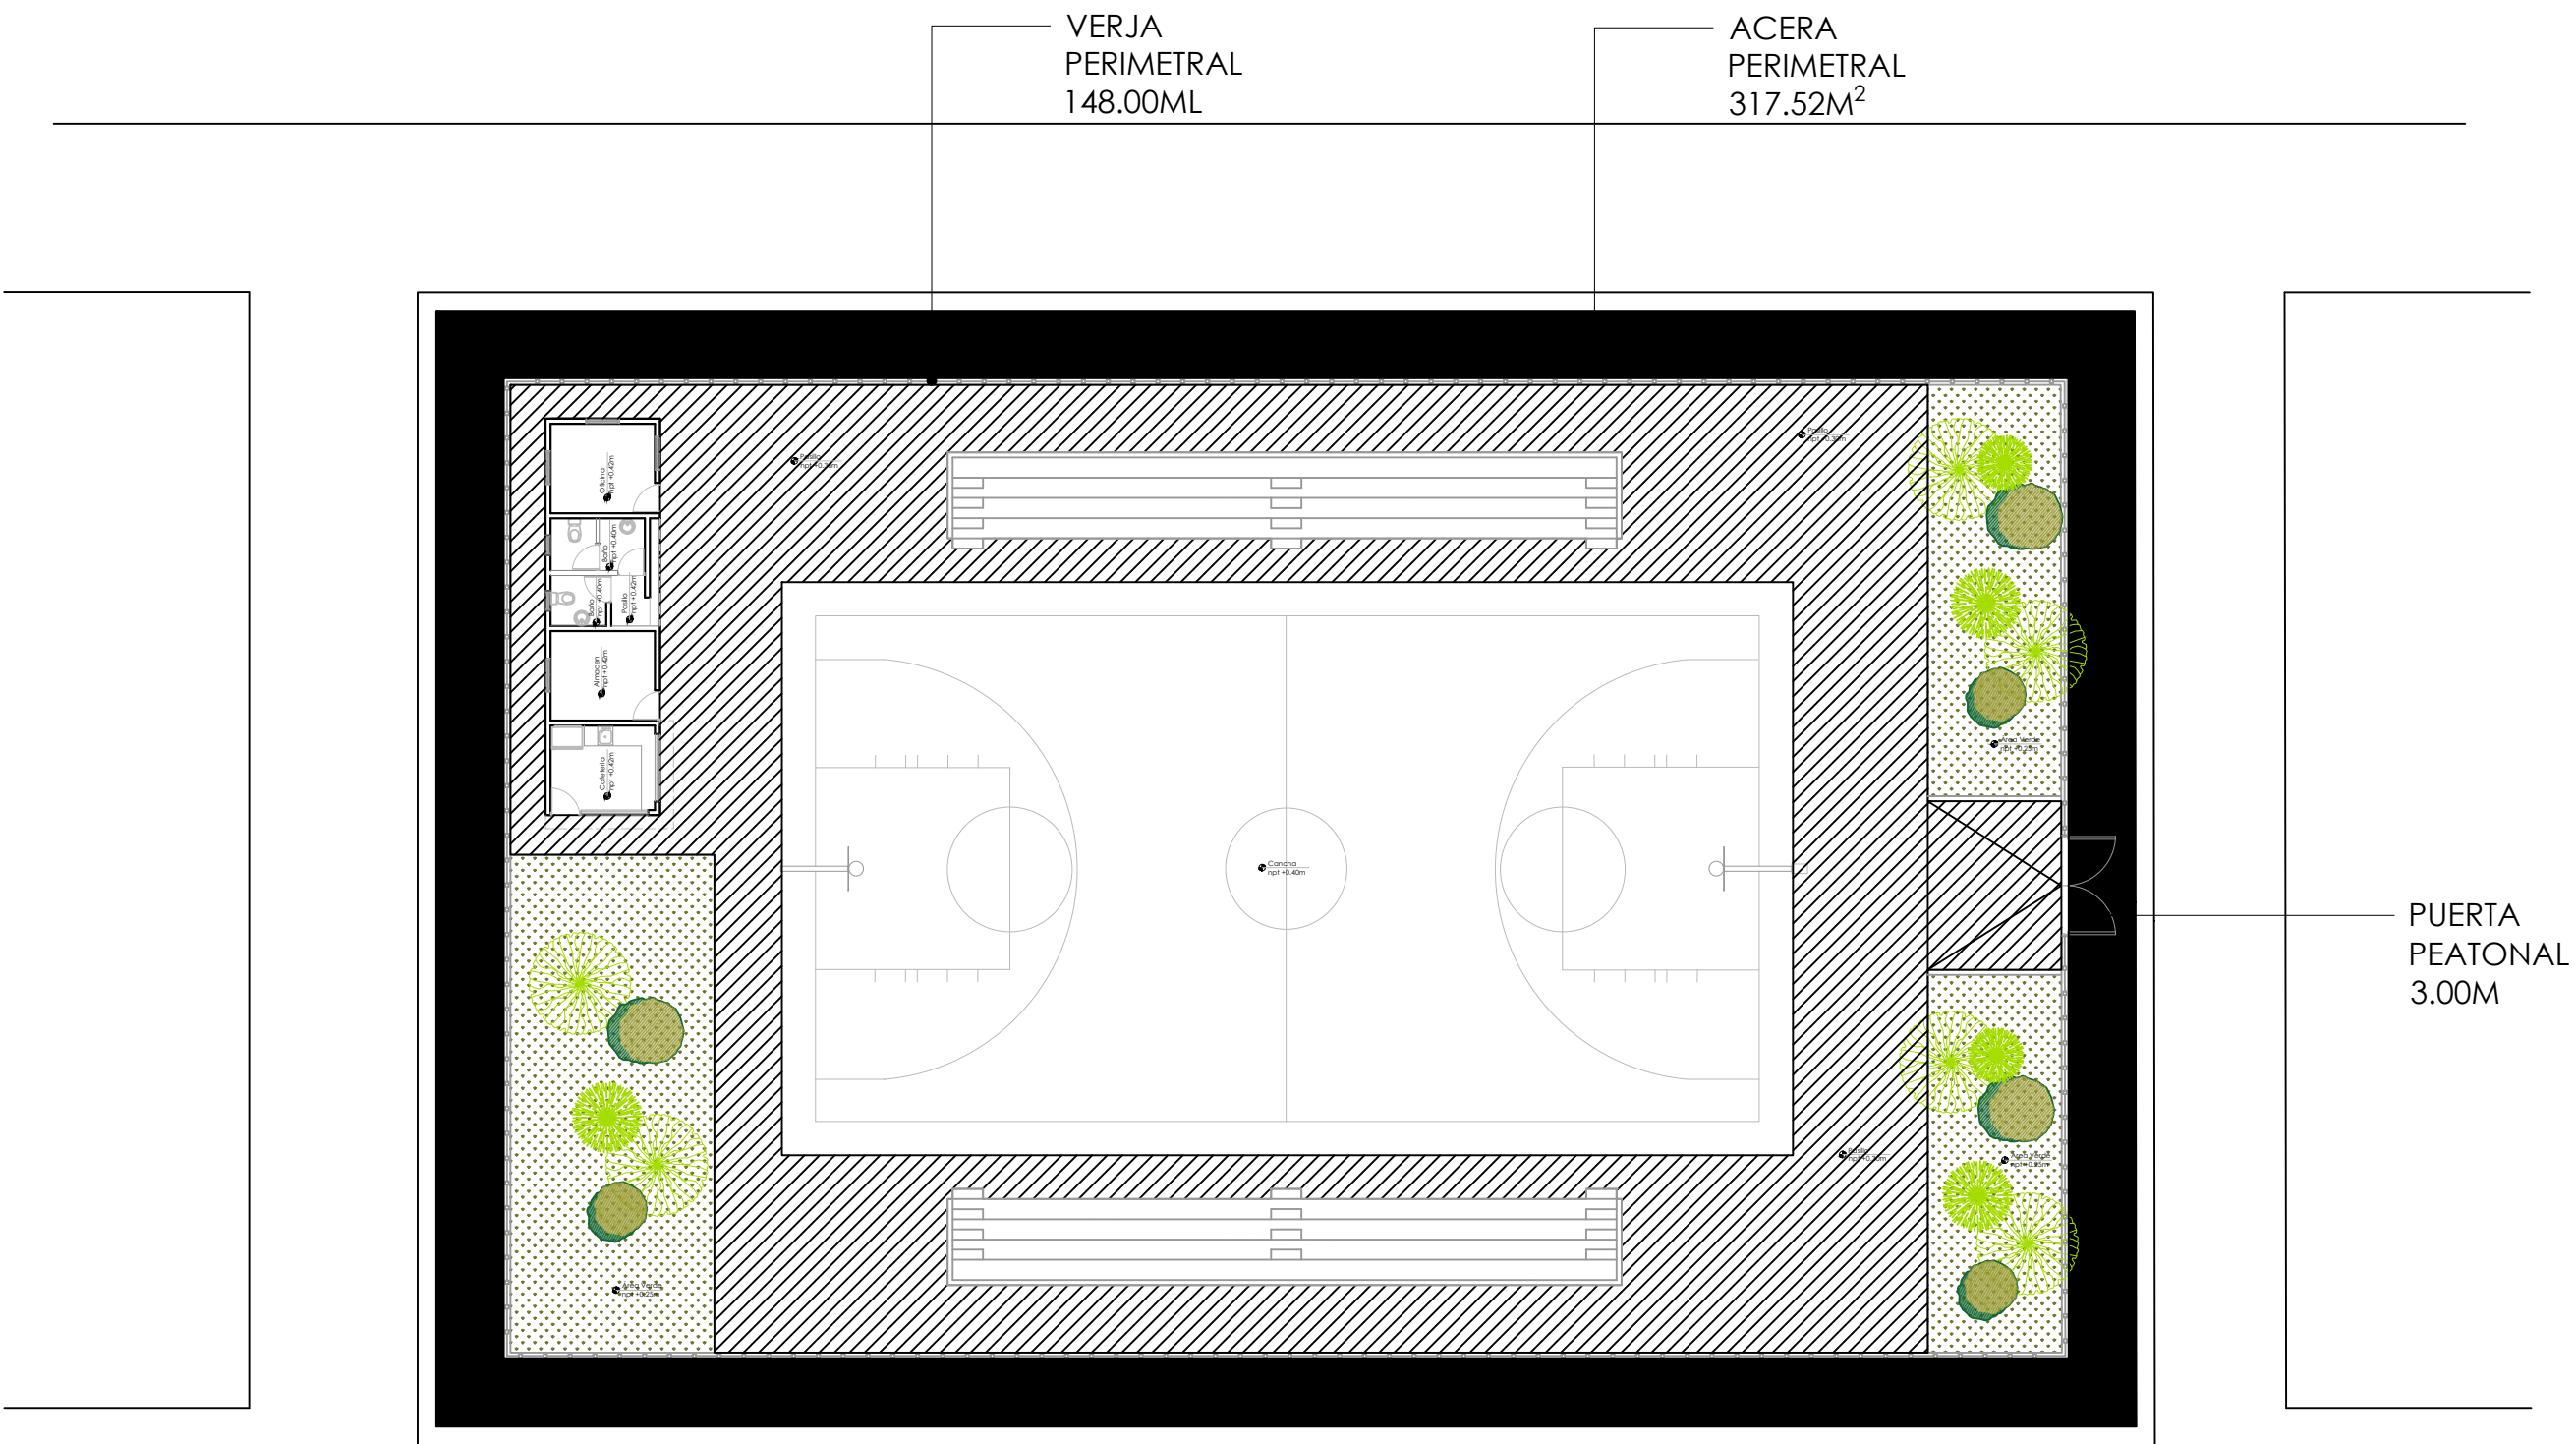



TABLA PAISAJISMO			
	Nombre	Tamaño	Cantidad
	Palma Phoenix	3 pies	6
	Cinta Verde	-	5
	Roble Amarillo	6 pies	6

TABLA PISO EXTERIOR		
	Nombre piso	Metros cuadrados
	Hormigón Frotado	587.49 m2
	Grama Enana	182.16 m2
	Hormigón Violinado	317.52 m2

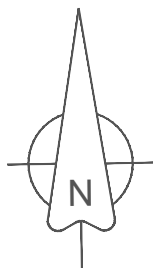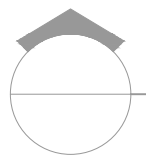

PLANTA DE CONJUNTO

ESC. 1:500

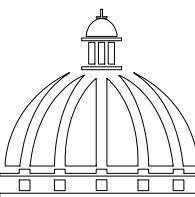

**GOBIERNO DE LA
REPÚBLICA DOMINICANA**

**DIRECCION DE
DESARROLLO PROVINCIAL
(DDP)**

Ave. Dr. Delgado, Esq. Moises García,
Gazcue, Sto. Dgo., R.D.
TEL.: (809)-364-2189 | FAX.: (809)- 688-1665
E-Mail: info@cpadp.gob.do

PROYECTO:
**CONSTRUCCIÓN CLUB DEPORTIVO SABANA
REY LA ESQUINA-TECHADO SIMPLE**
Municipio Cotui, Provincia Sanchez Ramirez,
Republica Dominicana

- EQUIPO DE TRABAJO:
- DISEÑO ARQUITECTÓNICO**
ARQ. _____
codia 00000
- ENC. INGENIERÍA**
ING. _____
codia 00000
- ESTRUCTURAL**
ING. _____
codia 00000
- ELÉCTRICO**
ING. _____
codia 00000
- HIDRO-SANITARIO**
ING. _____
codia 00000

SELLO DE APROBACIÓN:



FECHA: _____

CONTENIDO:

ESCALA: 1:500


SEPTIEMBRE 2026

NO. PÁGINA:
001

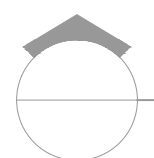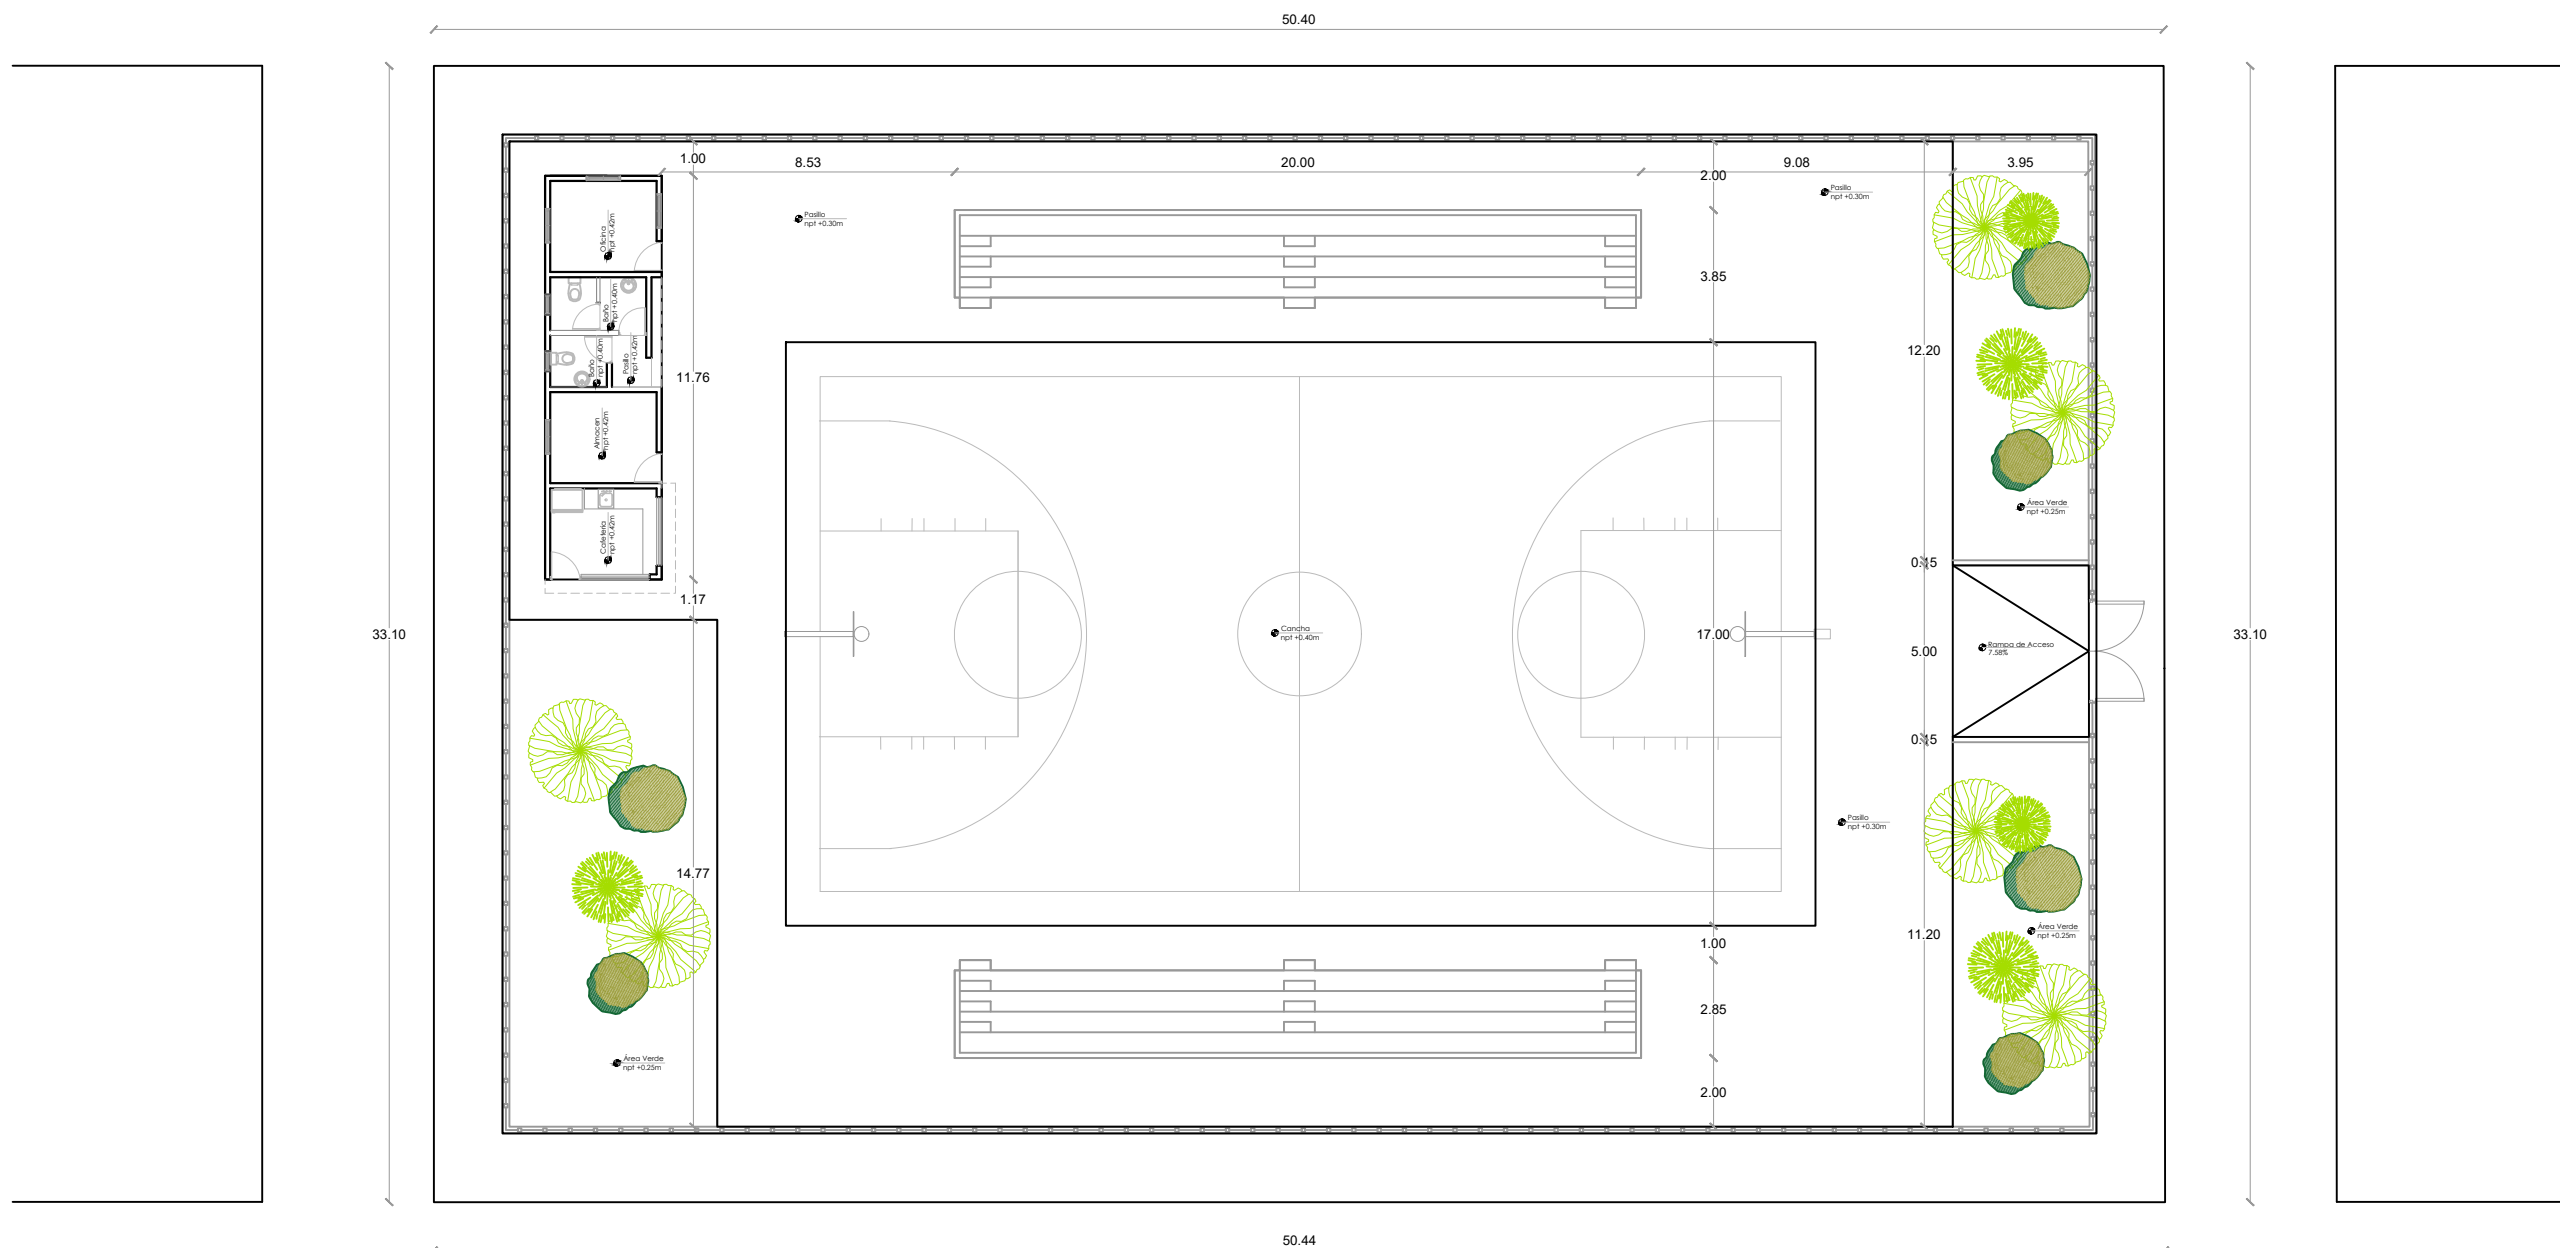

PLANTA DE DIMENSIONADA CONJUNTO

ESC. 1:500

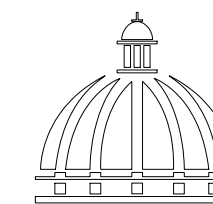

GOBIERNO DE LA
REPÚBLICA DOMINICANA

DIRECCION DE
DESARROLLO PROVINCIAL
(DDP)

Ave. Dr. Delgado, Esq. Moises García,
Gazcue, Sto. Dgo., R.D.
TEL.: (809)-364-2189 | FAX.: (809)- 688-1665
E-Mail: info@cpadp.gob.do

PROYECTO:

**CONSTRUCCIÓN CLUB DEPORTIVO SABANA
REY LA ESQUINA-TECHADO SIMPLE**

Municipio Cotui, Provincia Sanchez Ramirez,
Republica Dominicana

EQUIPO DE TRABAJO:

DISEÑO ARQUITECTÓNICO
ARQ.

codia 00000

ENC. INGENIERÍA
ING.

codia 00000

ESTRUCTURAL
ING.

codia 00000

ELÉCTRICO
ING.

codia 00000

HIDRO-SANITARIO
ING.

codia 00000

SELLO DE APROBACIÓN:

FECHA: _____

CONTENIDO:


ESCALA:

1:500


SEPTIEMBRE 2026


NO. PÁGINA:


002

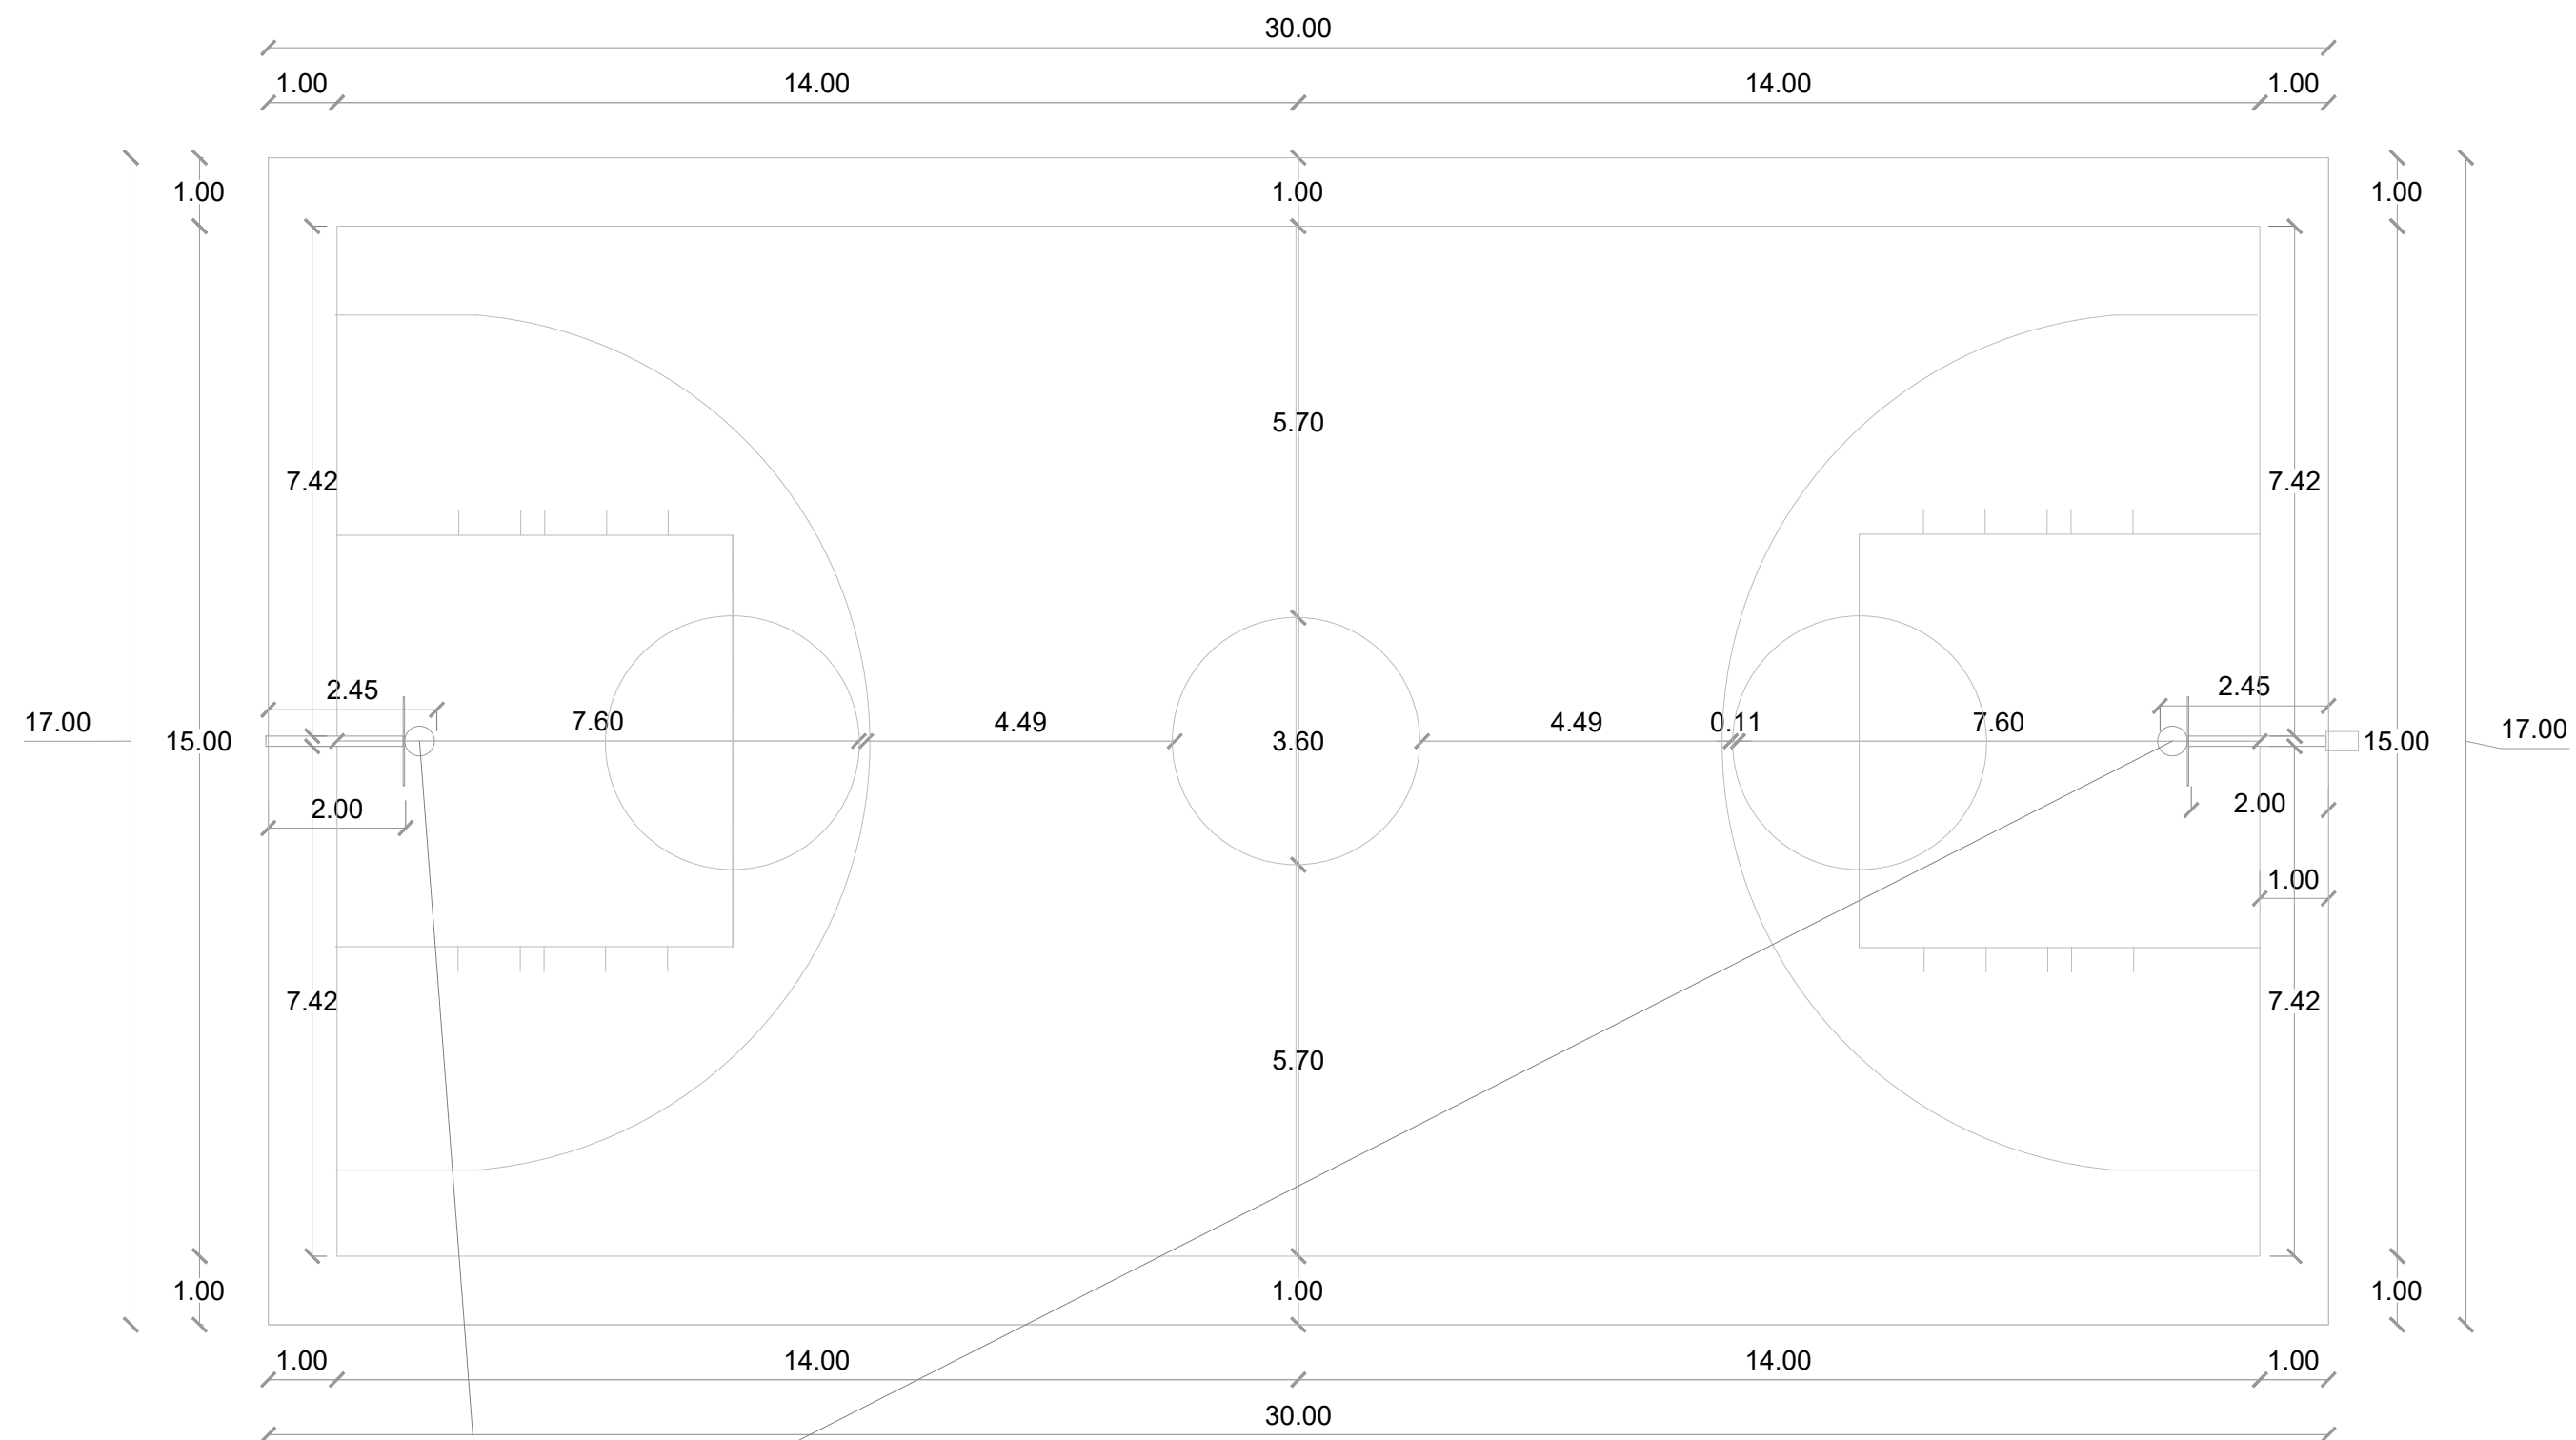

Equipamiento de dos tableros
móviles marca Spalding

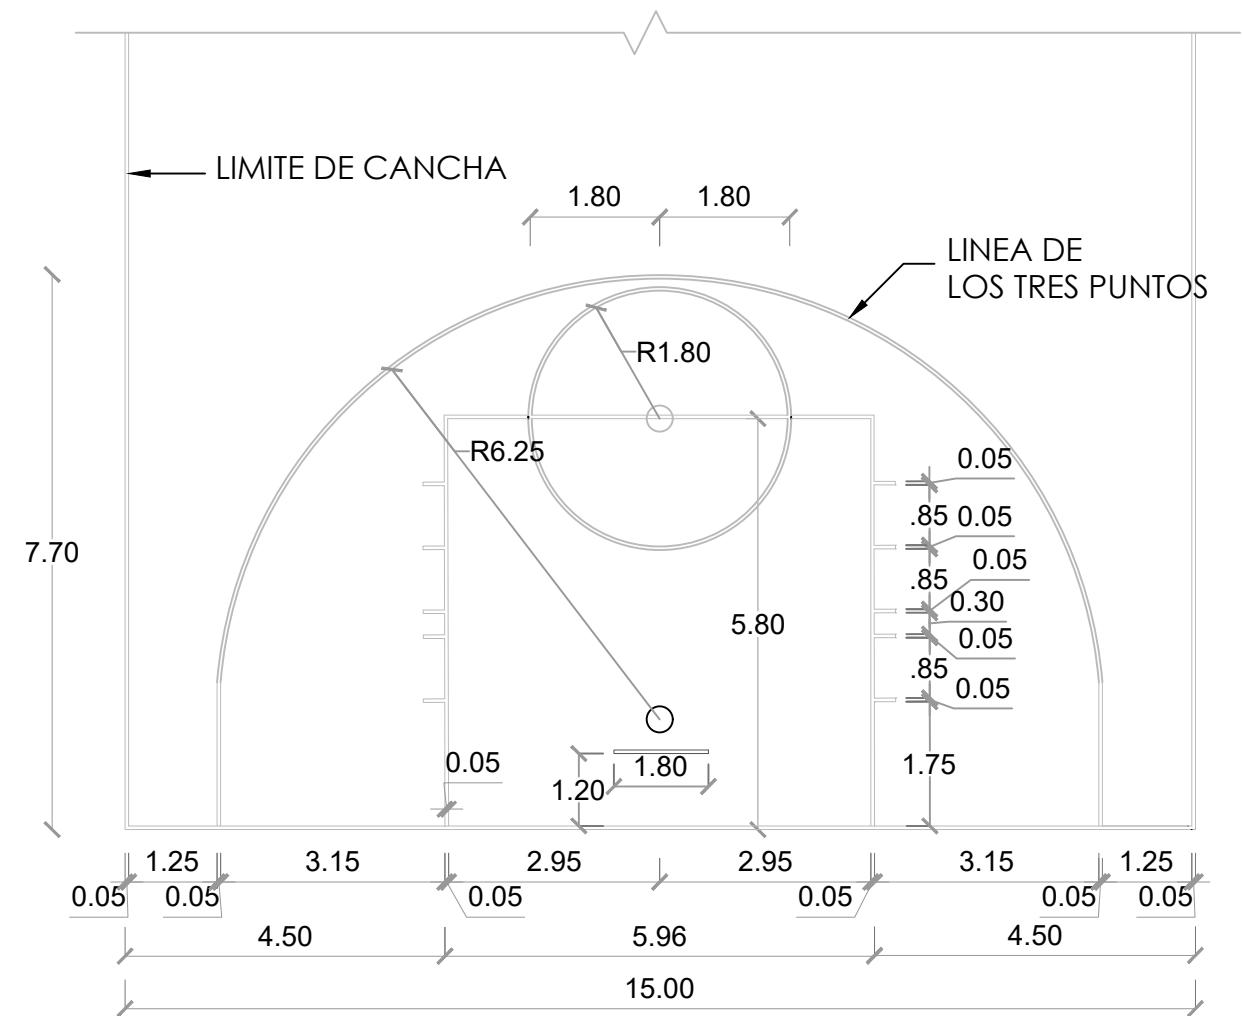

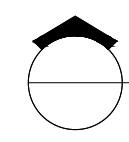 PLANTA ARQUITECTÓNICA DIMENSIONADA
1:100

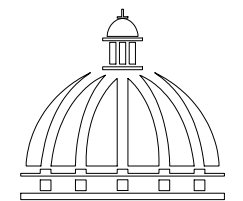

GOBIERNO DE LA
REPÚBLICA DOMINICANA

DIRECCION DE
DESARROLLO PROVINCIAL
(DDP)

Ave. Dr. Delgado, Esq. Moises García,
Gazcue, Sto. Dgo., R.D.
TEL.: (809)-364-2189 | FAX.: (809)- 688-1665
E-Mail: info@cpadp.gob.do

PROYECTO:

**CONSTRUCCIÓN CLUB DEPORTIVO SABANA
REY LA ESQUINA-TECHADO SIMPLE**

Municipio Cotui, Provincia Sanchez Ramirez,
Republica Dominicana

EQUIPO DE TRABAJO:

DISEÑO ARQUITECTÓNICO
ARQ.

codia 00000

ENC. INGENIERÍA
ING.

codia 00000

ESTRUCTURAL
ING.

codia 00000

ELÉCTRICO
ING.

codia 00000

HIDRO-SANITARIO
ING.

codia 00000

SELLO DE APROBACIÓN:

FECHA:

CONTENIDO:

**PLANTA DE ARQUITECTÓNICA
DIMENSIONADA**

ESCALA:

1:100

SEPTIEMBRE 2026

NO. PÁGINA:

003

PROYECTO:
**CONSTRUCCIÓN CLUB DEPORTIVO SABANA
REY LA ESQUINA-TECHADO SIMPLE**
Municipio Cotui, Provincia Sanchez Ramirez,
Republica Dominicana

EQUIPO DE TRABAJO:
DISEÑO ARQUITECTÓNICO
ARQ. _____
codia 00000
ENC. INGENIERÍA
ING. _____
codia 00000
ESTRUCTURAL
ING. _____
codia 00000
ELÉCTRICO
ING. _____
codia 00000
HIDRO-SANITARIO
ING. _____
codia 00000

SELLO DE APROBACIÓN:

FECHA: _____




CONTENIDO:
DETALLES ESTRUCTURALES

ESCALA:
1:75

SEPTIEMBRE 2026




NO. PÁGINA:

004

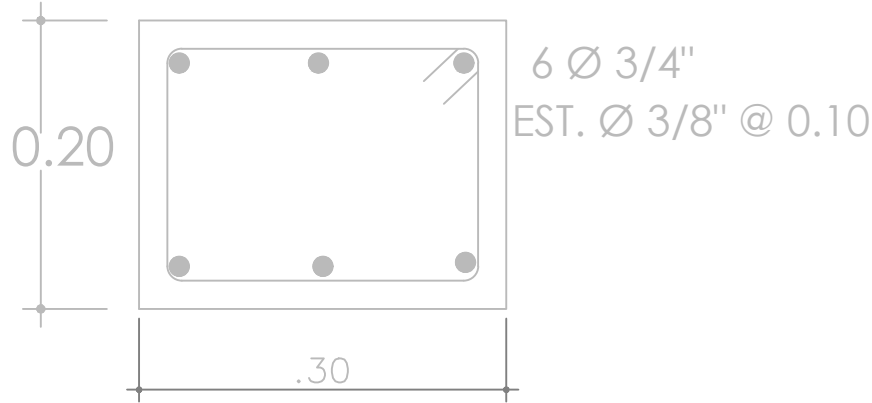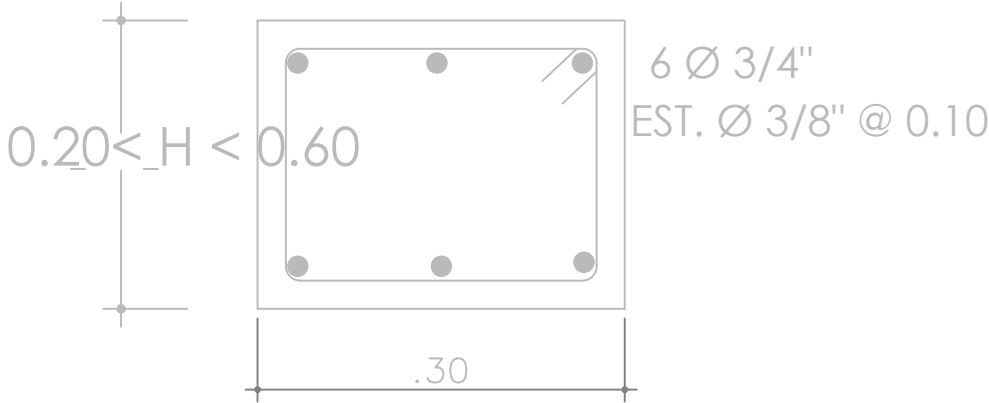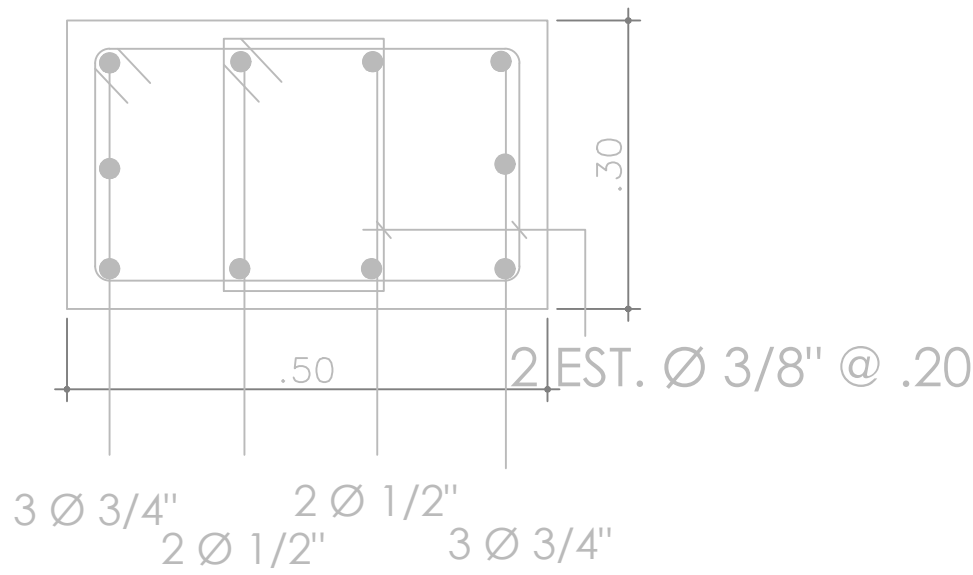



SECCIONES SOPORTE DE TABLERO

ESC. N/A

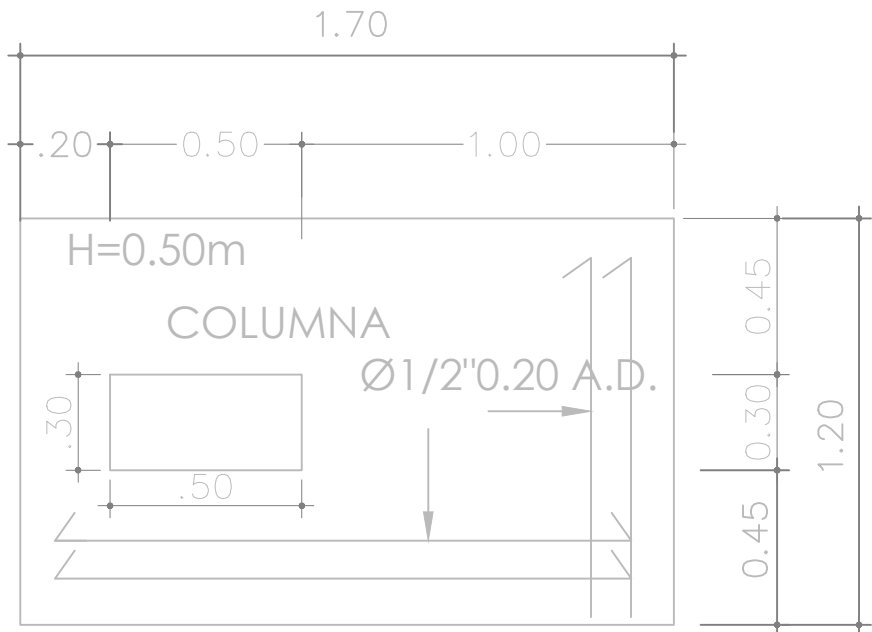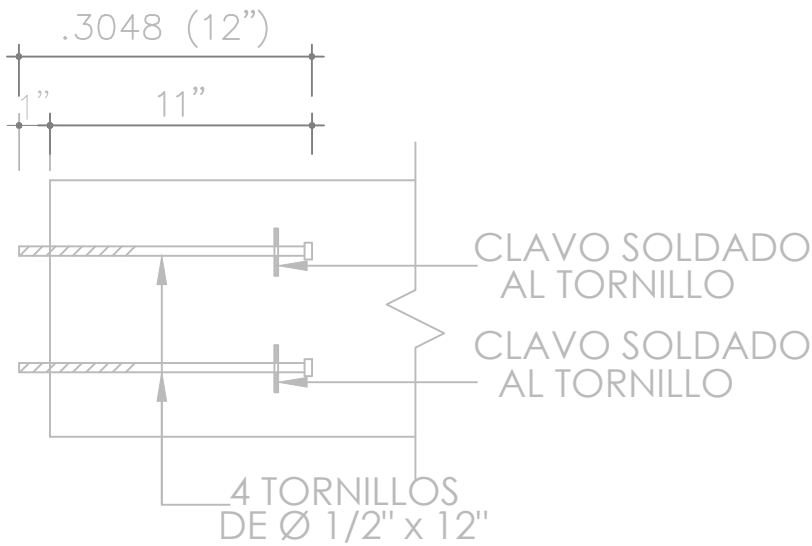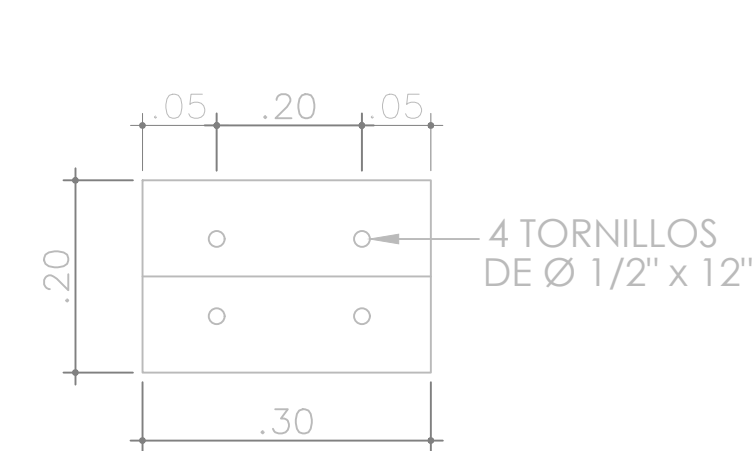


DETALLE SECCIÓN TORNILLO

ESC. N/A

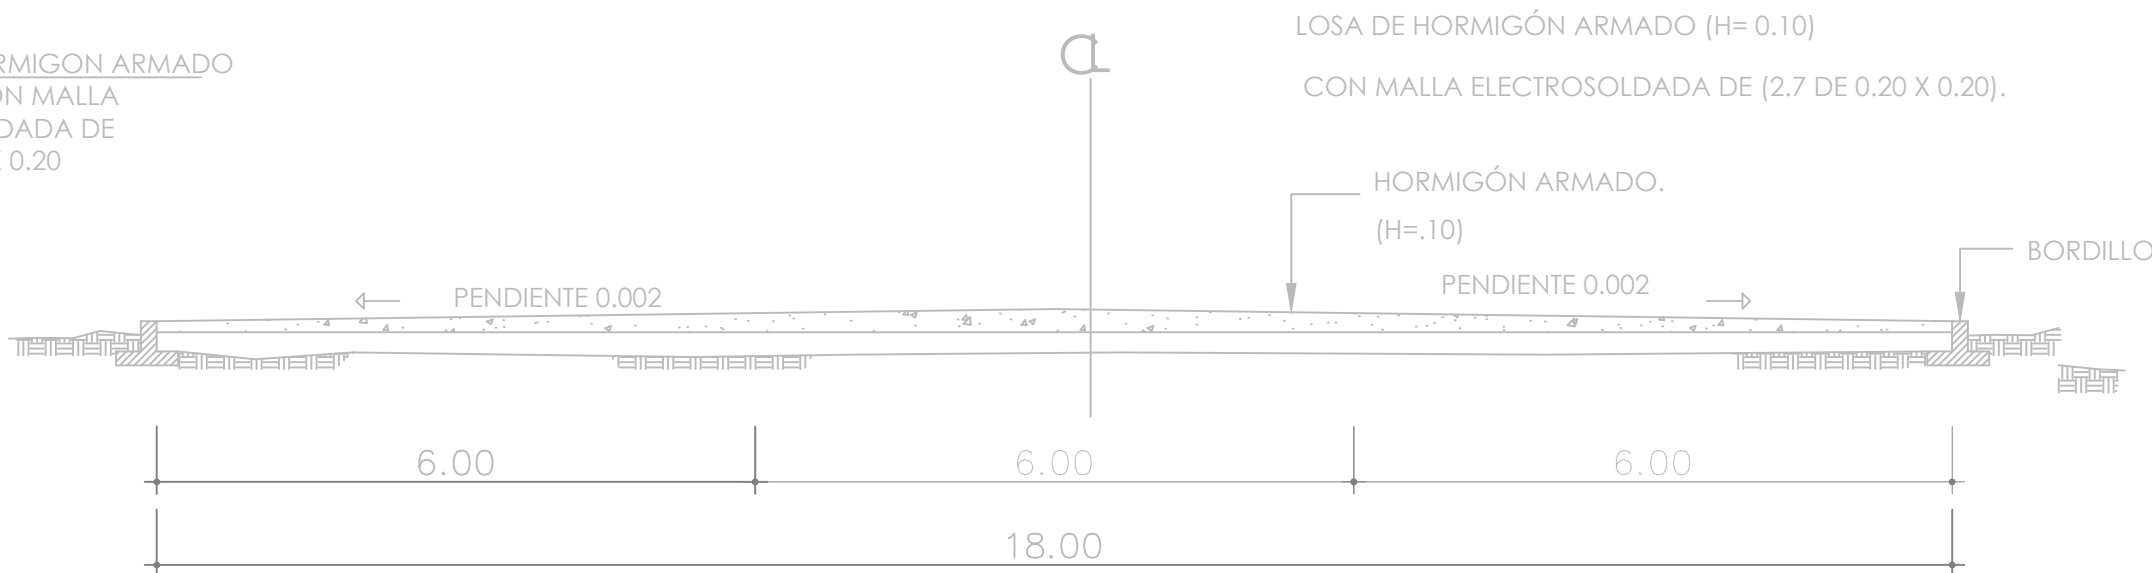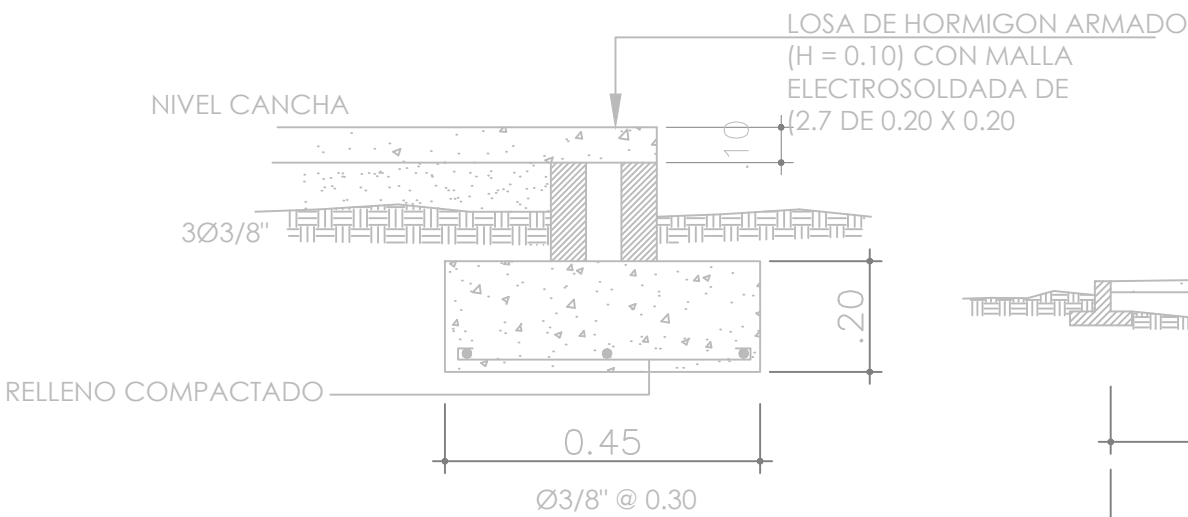

DETALLE DE BORDILLO

ESC. N/A

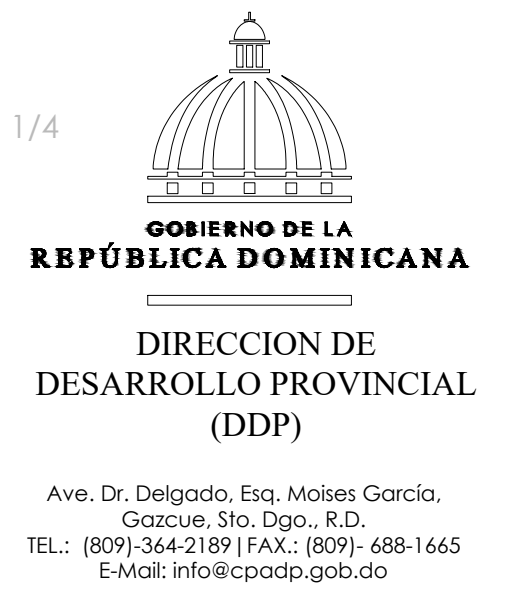

EQUIPO DE TRABAJO:	
DISEÑO ARQUITECTÓNICO	
ARQ.	
codia 00000	
ENC. INGENIERÍA	
ING.	
codia 00000	
ESTRUCTURAL	
ING.	
codia 00000	
ELÉCTRICO	
ING.	
codia 00000	
HIDRO-SANITARIO	
ING.	
codia 00000	

FECHA: _____

ESCALA: 1:100

SEPTIEMBRE 2026

NO. PÁGINA:

005

Architectural floor plan of a building with the following dimensions and details:

- Overall Dimensions:**
 - Horizontal: 1.70 (bottom), 1.00 (top left), 1.20 (top right)
 - Vertical: 2.70 (left), 3.95 (right), 2.75 (right, lower section), 3.05 (right, upper section)
- Structural Details:**
 - Reinforcement: 3 Ø 3/4", 2 Ø 1/2", 3 Ø 3/8", 2 Ø 1/2" de L=1.10 mts., 2 Ø 3/8" de L=1.10 mts.
 - Stairs: EST. Ø 3/8" a .20
 - Columns: A, B, C
 - Beams: .50, .78, .45, .30
- Other Features:**
 - variable (staircase area)
 - LIMITE AREA DE JUEGO (Game Area Limit)
 - Ø 1/2" a 0.20 A.D. (bottom right detail)
 - (min. 0.50) (bottom left detail)


08
00 ELEVACIÓN FRONTAL TABLERO
ESC. N/A



VACIADO Y PULIDO CON HELICÓPTERO.
CORTES CON MÁQUINA EN PAÑOS DE 6.00 X 6.00 MT.



DISTRIBUCIÓN DE PAÑO Y ORDEN DE VACIADO HORMIGÓN SIMPLE
ESC. 1:45

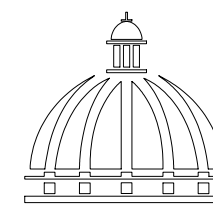

**GOBIERNO DE LA
REPÚBLICA DOMINICANA**

**DIRECCION DE
DESARROLLO PROVINCIAL
(DDP)**

Ave. Dr. Delgado, Esq. Moises García,
Gazcue, Sto. Dgo., R.D.
TEL.: (809)-364-2189 | FAX.: (809)- 688-1665
E-Mail: info@cpadp.gob.do

PROYECTO:

**CONSTRUCCIÓN CLUB DEPORTIVO SABANA
REY LA ESQUINA-TECHADO SIMPLE**

Municipio Cotui, Provincia Sanchez Ramirez,
Republica Dominicana

EQUIPO DE TRABAJO:

DISEÑO ARQUITECTÓNICO

ARQ. codia 00000

ENC. INGENIERÍA

ING. codia 00000

ESTRUCTURAL

ING. codia 00000

ELÉCTRICO

ING. codia 00000

HIDRO-SANITARIO

ING. codia 00000

SELLO DE APROBACIÓN:

FECHA:

CONTENIDO:

DISTRIBUCIÓN DE PAÑO
Y ORDEN DE VACIADO


ESCALA:

1:50

SEPTIEMBRE 2026


NO. PÁGINA:

006

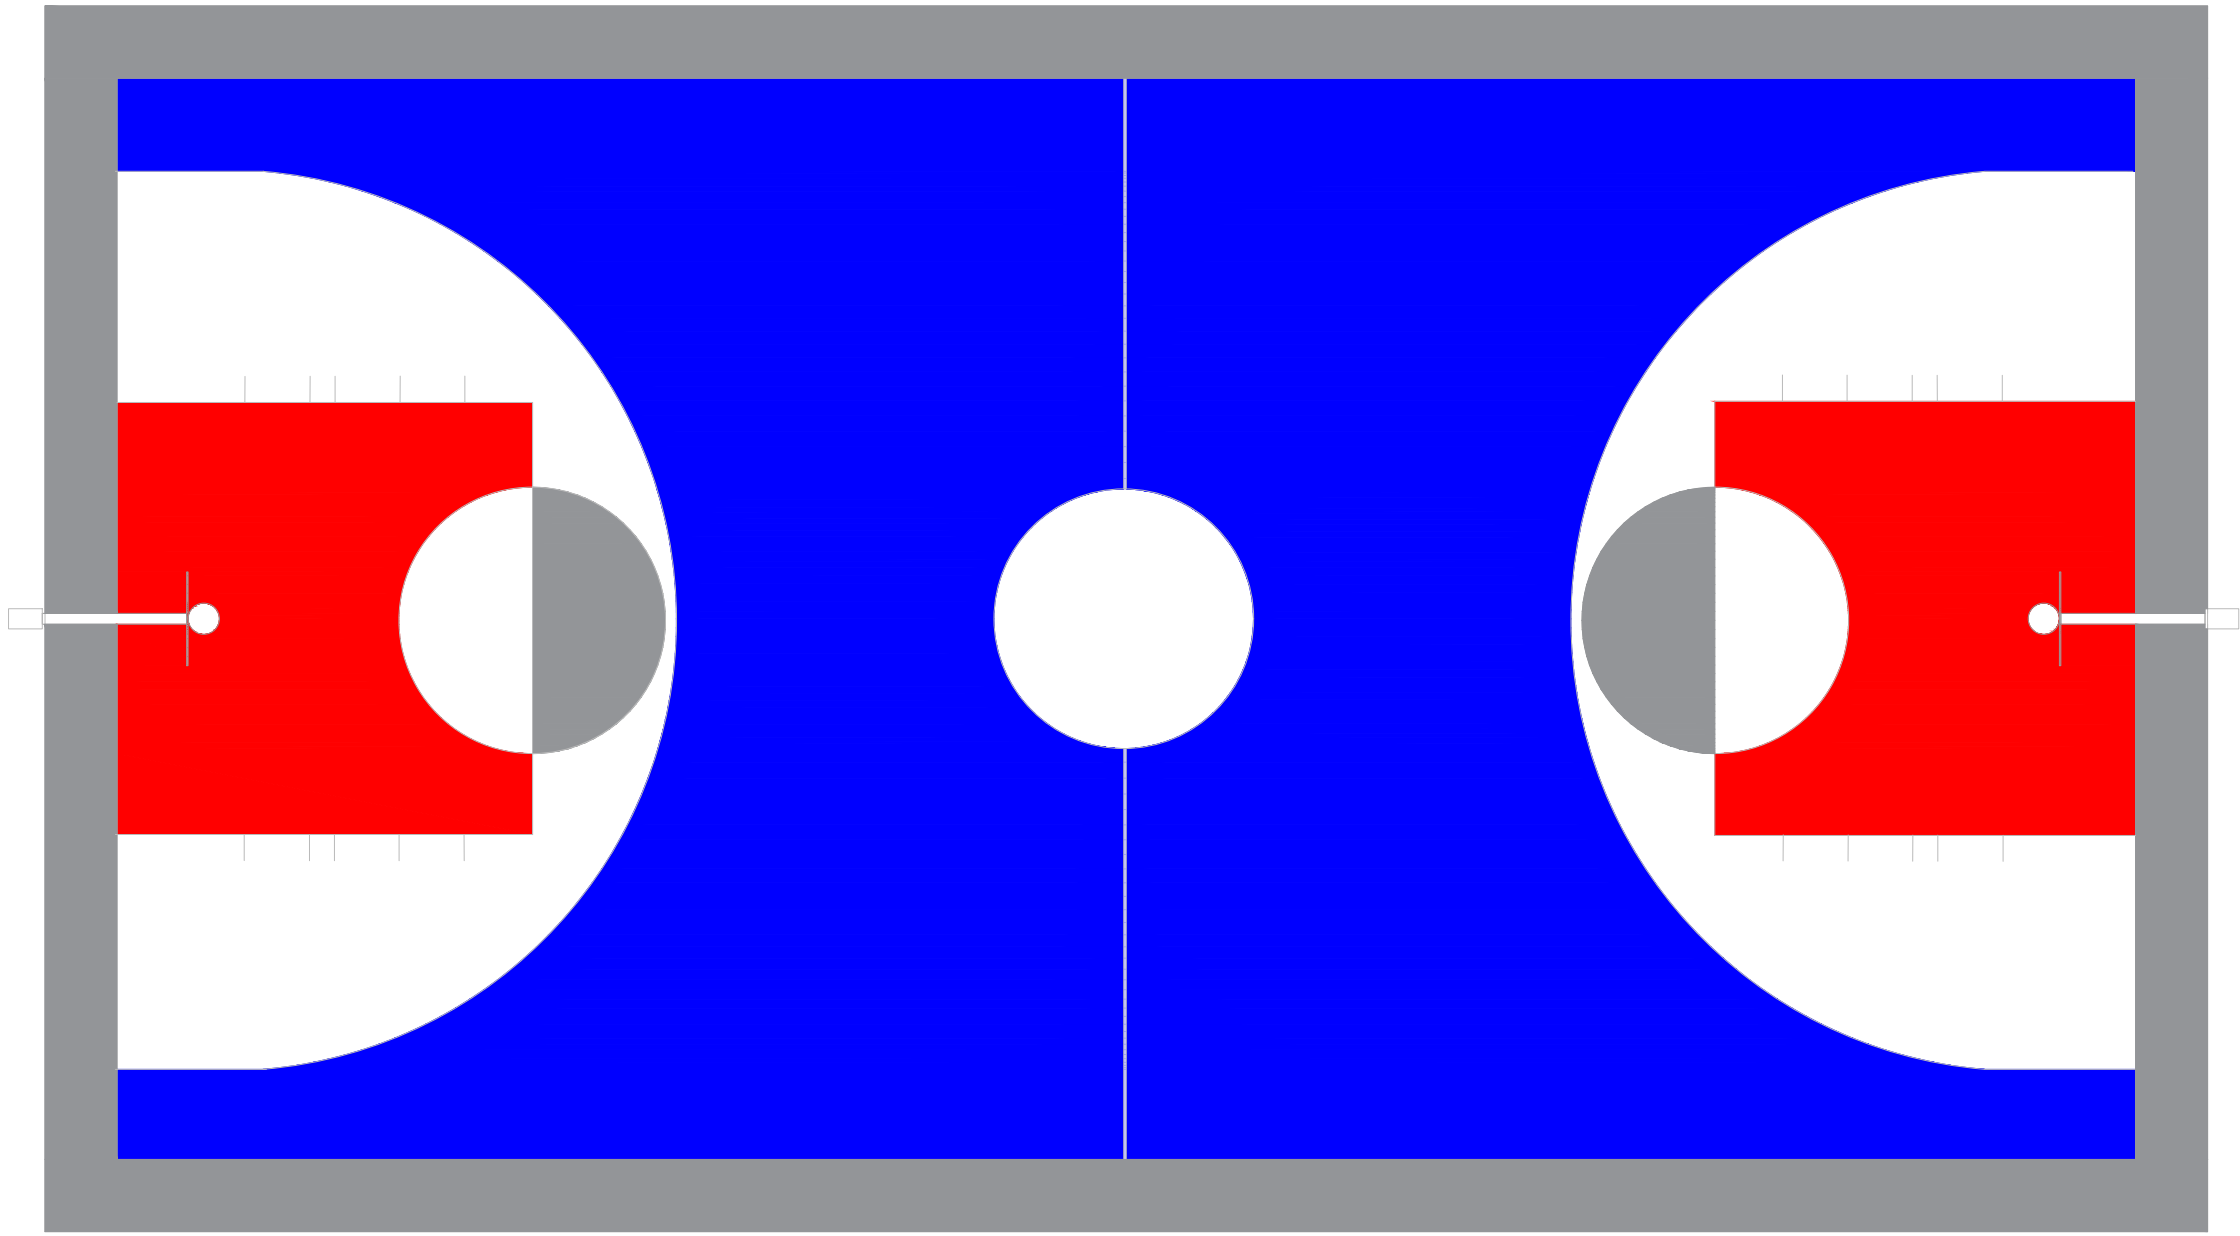

Grafica	Colores	Cod. Pintura	Marca de Pintura
	Gris	Arena 23	Pintura Tropical (Epóxica)
	Rojo	Rojo Positivo 95	Pintura Tropical (Epóxica)
	Azul	Azul positivo 93	Pintura Tropical (Epóxica)
	Blanco	Blanco 00	Pintura Tropical (Epóxica)
	Gris Grafito (Lineas)	Grafito 42	Pintura Tropical (Epóxica)

****NOTA:** LOS COLORES EN EL PLANO SOLO SON UNA REPRESENTACION PARA LA APLICACION DE COLORES. GUIARSE DE LOS CODIGOS QUE ESTAN EN LA HOJA

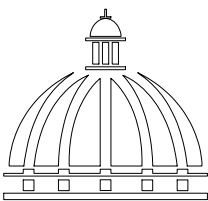

GOBIERNO DE LA
REPÚBLICA DOMINICANA

DIRECCION DE
DESARROLLO PROVINCIAL
(DDP)

Ave. Dr. Delgado, Esq. Moises García,
Gazcue, Sto. Dgo., R.D.
TEL.: (809)-364-2189 | FAX.: (809)- 688-1665
E-Mail: info@cpadp.gob.do

PROYECTO:
**CONSTRUCCIÓN CLUB DEPORTIVO SABANA
REY LA ESQUINA-TECHADO SIMPLE**

Municipio Cotui, Provincia Sanchez Ramirez,
Republica Dominicana

EQUIPO DE TRABAJO:

DISEÑO ARQUITECTÓNICO
ARQ. _____
codia 00000 _____

ENC. INGENIERÍA
ING. _____
codia 00000 _____

ESTRUCTURAL
ING. _____
codia 00000 _____

ELÉCTRICO
ING. _____
codia 00000 _____

HIDRO-SANITARIO
ING. _____
codia 00000 _____

SELLO DE APROBACIÓN:

FECHA: _____


CONTENIDO:
**DETALLES ESPECIFICACIONES DE
COLOR**

ESCALA:
1:100

SEPTIEMBRE 2026

NO. PÁGINA:

 007



DETALLES ESPECIFICACIONES DE COLOR

1:100

PROYECTO:
**CONSTRUCCIÓN CLUB DEPORTIVO SABANA
REY LA ESQUINA-TECHADO SIMPLE**

Municipio Cotui, Provincia Sanchez Ramirez,
Republica Dominicana

EQUIPO DE TRABAJO:

DISEÑO ARQUITECTÓNICO
ARQ. _____
codia 00000

ENC. INGENIERÍA
ING. _____
codia 00000

ESTRUCTURAL
ING. _____
codia 00000

ELÉCTRICO
ING. _____
codia 00000

HIDRO-SANITARIO
ING. _____
codia 00000

SELLO DE APROBACIÓN:

FECHA: _____

CONTENIDO:

INSTALACIONES ELÉCTRICAS


ESCALA:

1:75


SEPTIEMBRE 2026

NO. PÁGINA:


008

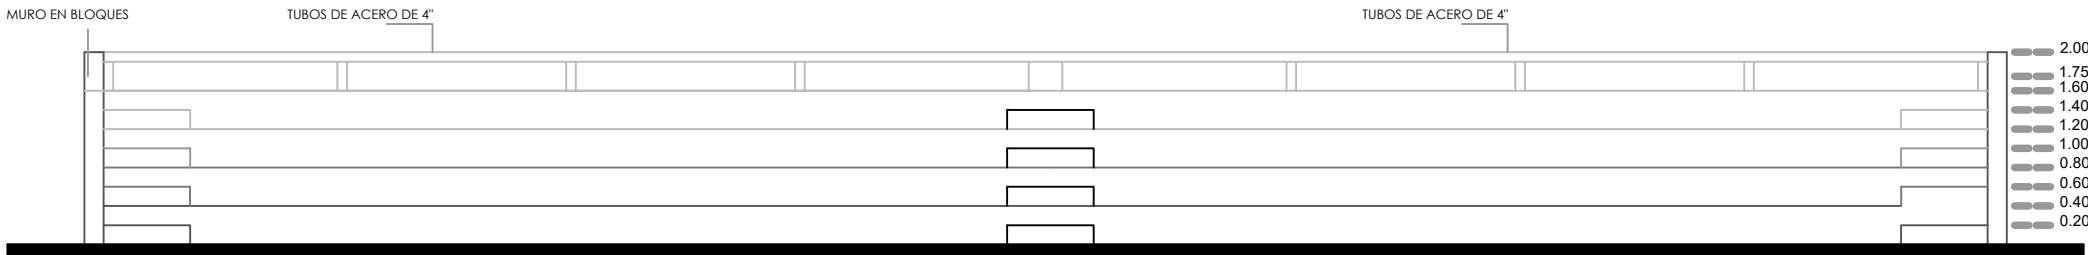


 **ELEVACIÓN FRONTAL - GRADAS**
ESC. 1:50

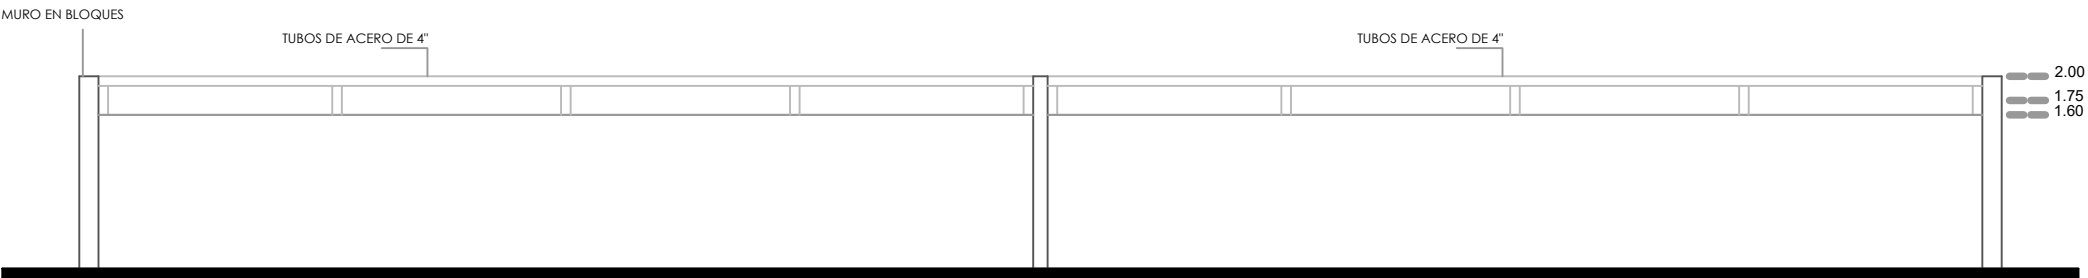


 **ELEVACIÓN POSTERIOR - GRADAS**
ESC. 1:50

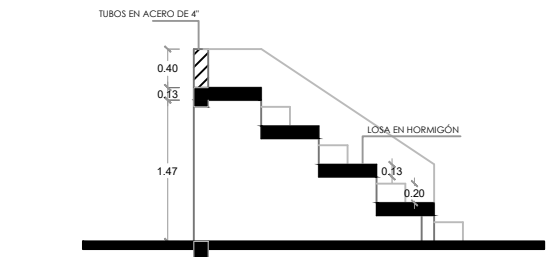

 **SECCIÓN A-A**
ESC. 1:50

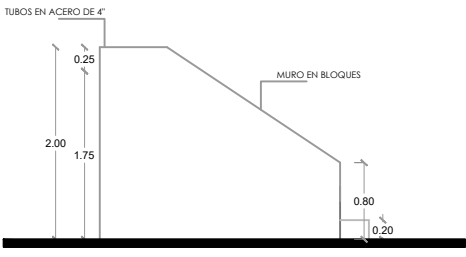

 **ELEVACIÓN LATERAL IZQ.**
ESC. 1:50

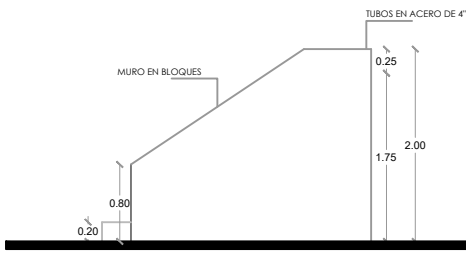

 **ELEVACIÓN LATERAL DER.**
ESC. 1:50



DIRECCION DE
DESARROLLO PROVINCIAL
(DDP)

Ave. Dr. Delgado, Esq. Moises García,
Gazcue, Sto. Dgo., R.D.
TEL.: (809)-364-2189 | FAX.: (809)- 688-1665
E-Mail: info@cpadp.gob.do

PROYECTO:

CONSTRUCCIÓN CLUB DEPORTIVO SABANA REY LA ESQUINA-TECHADO SIMPLE

Municipio Cotui, Provincia Sanchez Ramirez,
Republica Dominicana

EQUIPO DE TRABAJO:

DISEÑO ARQUITECTÓNICO

ARQ.

codia 00000

ENC. INGENIERÍA

ING.

codia 00000

ESTRUCTURAL

ING.

codia 00000

ELÉCTRICO

ING.

codia 00000

HIDRO-SANITARIO

ING.

codia 00000

SELO DE APROBACIÓN:

FECHA:

CONTENIDO:

GRADAS

ESCALA:

1:75

SEPTIEMBRE 2026

NO. PÁGINA:

009



VISTA EN PLANTA - GRADAS

ESC. 1:50



PLANTA ARQUITECTÓNICA DIMENSIONADO - GRADAS

ESC. 1:50



PROYECTO:

**CONSTRUCCIÓN CLUB DEPORTIVO SABANA
REY LA ESQUINA-TECHADO SIMPLE**

Municipio Cotui, Provincia Sanchez Ramirez,
Republica Dominicana

EQUIPO DE TRABAJO:

DISEÑO ARQUITECTÓNICO
ARQ.

codia 00000

ENC. INGENIERÍA
ING.

codia 00000

ESTRUCTURAL
ING.

codia 00000

ELÉCTRICO
ING.

codia 00000

HIDRO-SANITARIO
ING.

codia 00000

SELLO DE APROBACIÓN:

FECHA:

CONTENIDO:

GRADAS



ESCALA:

1:75



SEPTIEMBRE 2026

NO. PÁGINA:


010

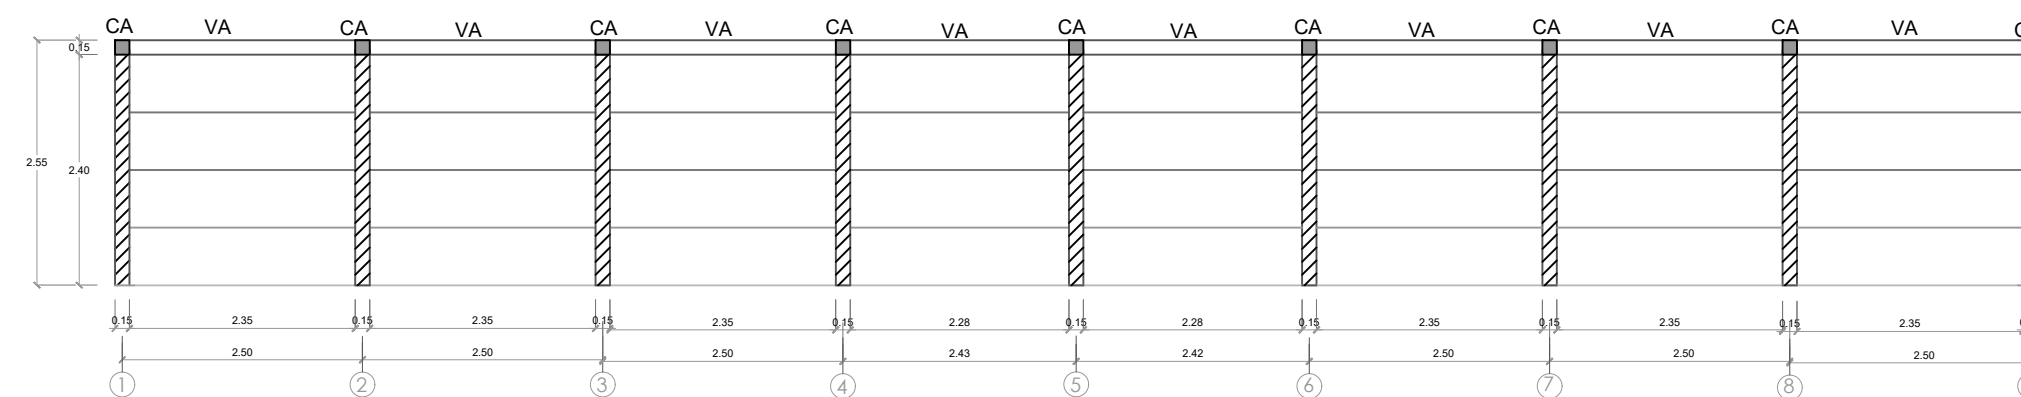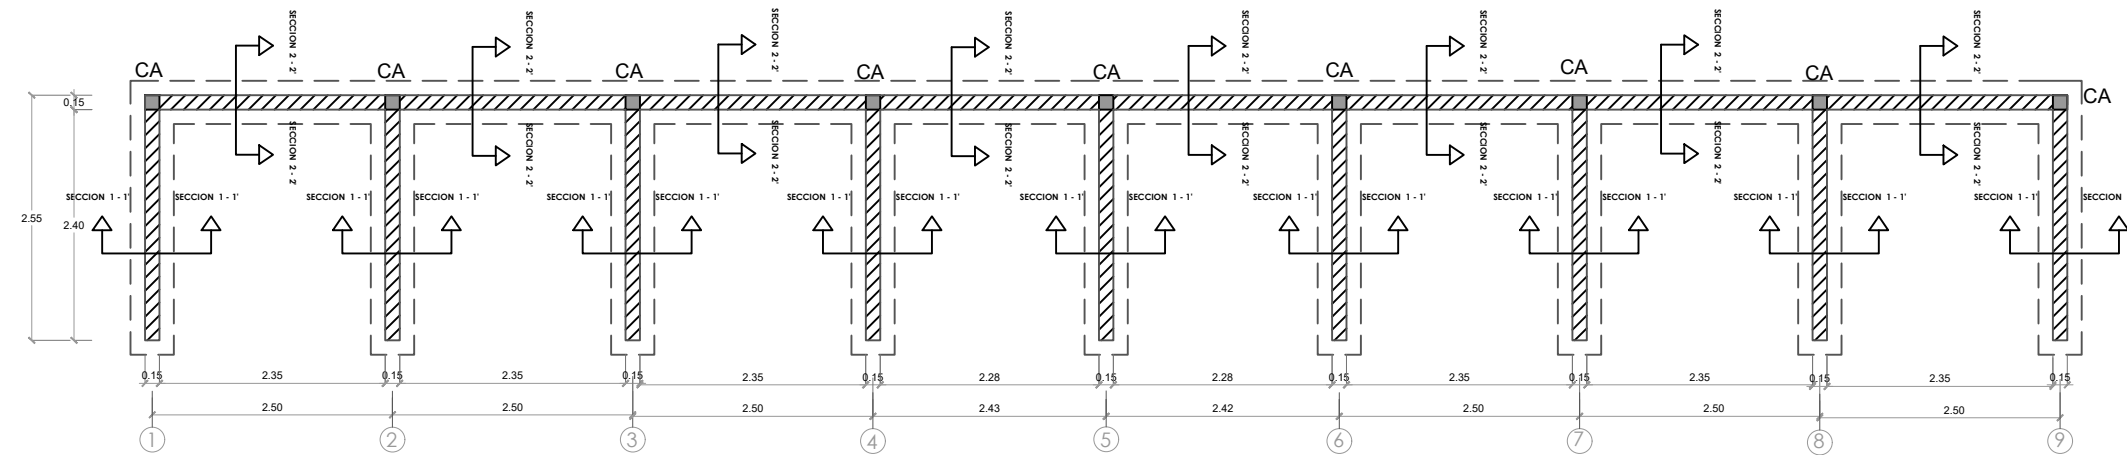

  **PLANTA ESTRUCTURAL DE GRADA**
ESC. 1:50

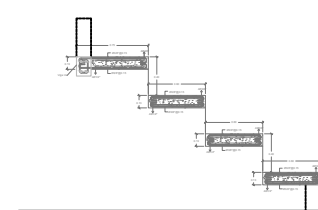


COLUMNA CA

 

Viga VA

 **SECCIÓN LOSA - GRADA**
ESC. 1:50

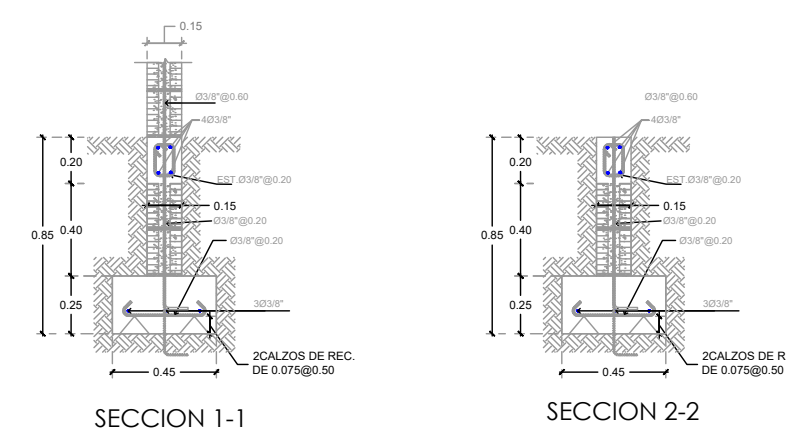

 **DETALLE ZAPATA**
ESC. 1:50

PROYECTO:
**CONSTRUCCIÓN CLUB DEPORTIVO SABANA
REY LA ESQUINA-TECHADO SIMPLE**
Municipio Cotui, Provincia Sanchez Ramirez,
Republica Dominicana

EQUIPO DE TRABAJO:
DISEÑO ARQUITECTÓNICO
ARQ. _____
codia 00000
ENC. INGENIERÍA
ING. _____
codia 00000
ESTRUCTURAL
ING. _____
codia 00000
ELÉCTRICO
ING. _____
codia 00000
HIDRO-SANITARIO
ING. _____
codia 00000

SELLO DE APROBACIÓN:


FECHA: _____


CONTENIDO:
BANQUETAS


ESCALA:
1:15


SEPTIEMBRE 2026


NO. PÁGINA:
011

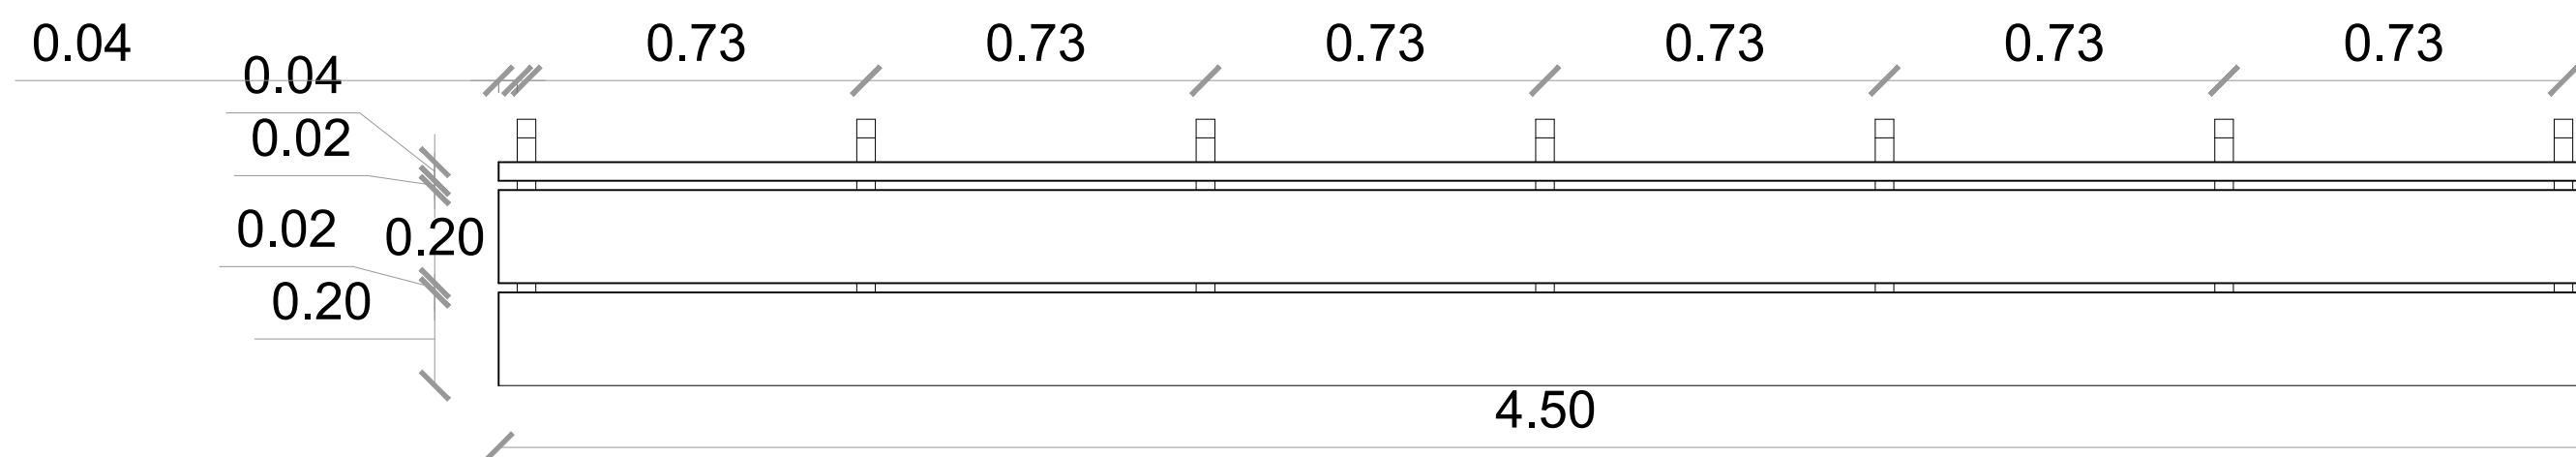

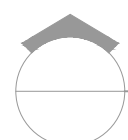 **PLANTA**
ESC. 1:15

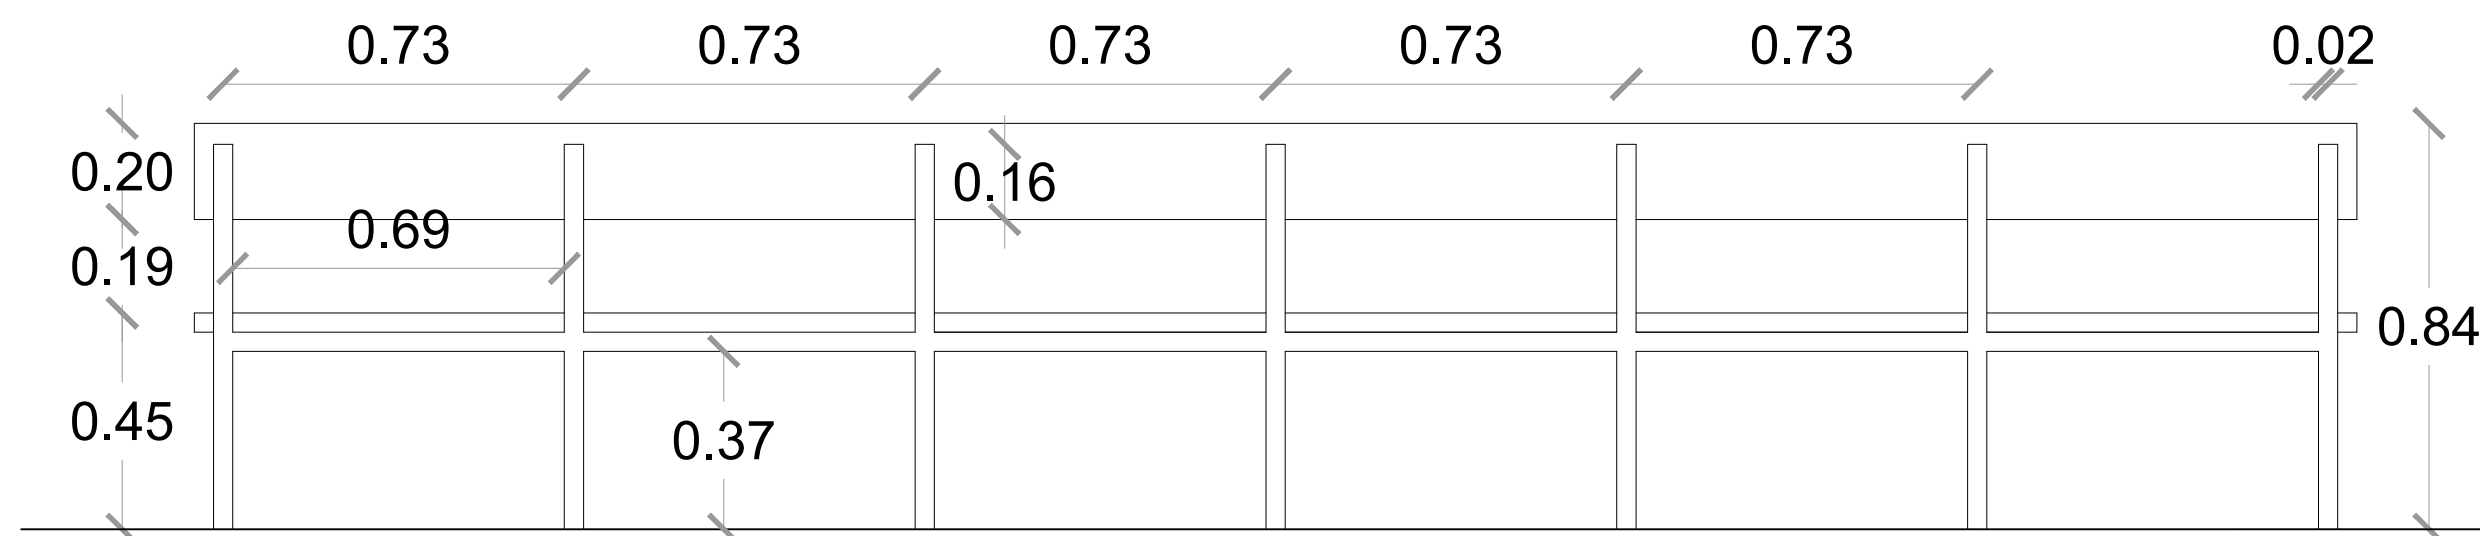


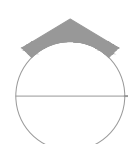 **ELEVACIÓN POSTERIOR**
ESC. 1:15

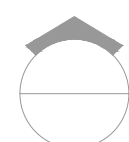 **SECCIÓN TRANSVERSAL - BANQUETAS**
ESC. 1:15

Acero laminado pintado,
seccion cuadrada
4 cm x 4

Tablas
laqueadas
1 1/2" x 8"

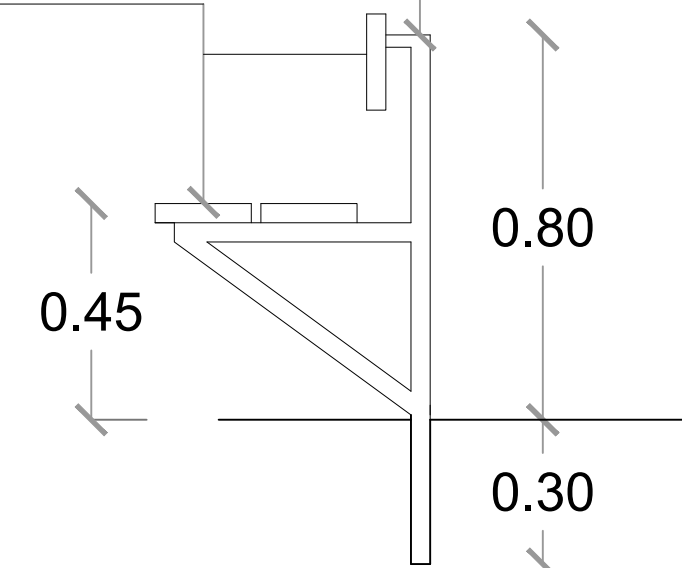

PROYECTO:
**CONSTRUCCIÓN CLUB DEPORTIVO SABANA
REY LA ESQUINA-TECHADO SIMPLE**

Municipio Cotui, Provincia Sanchez Ramirez,
Republica Dominicana

EQUIPO DE TRABAJO:

DISEÑO ARQUITECTÓNICO
ARQ.

codia 00000

ENC. INGENIERÍA
ING.

codia 00000

ESTRUCTURAL
ING.

codia 00000

ELÉCTRICO
ING.

codia 00000

HIDRO-SANITARIO
ING.

codia 00000

SELLO DE APROBACIÓN:

FECHA:

CONTENIDO:







DETALLES VERJA PERIMETRAL

ESCALA:
1:50

SEPTIEMBRE 2026

NO. PÁGINA:

012

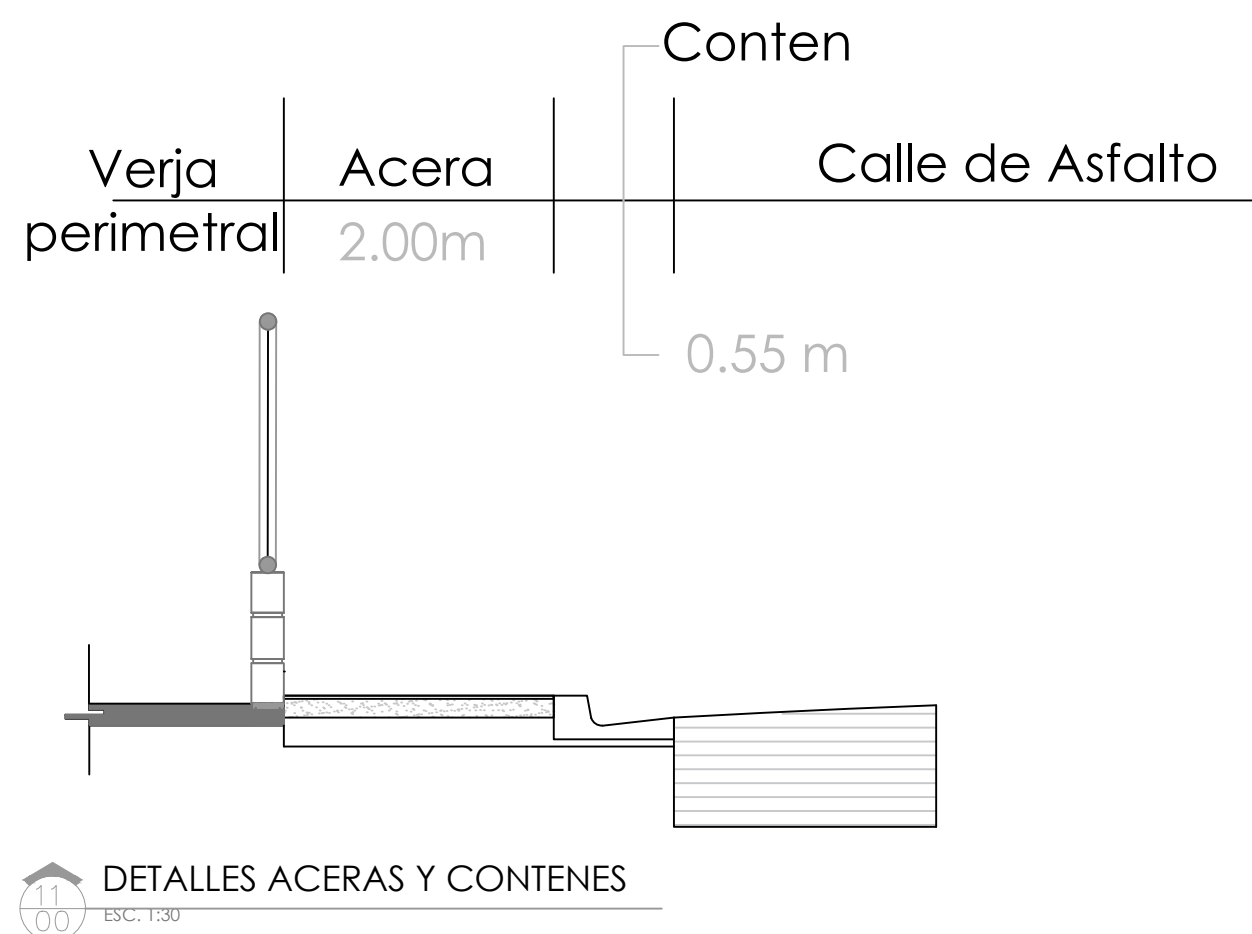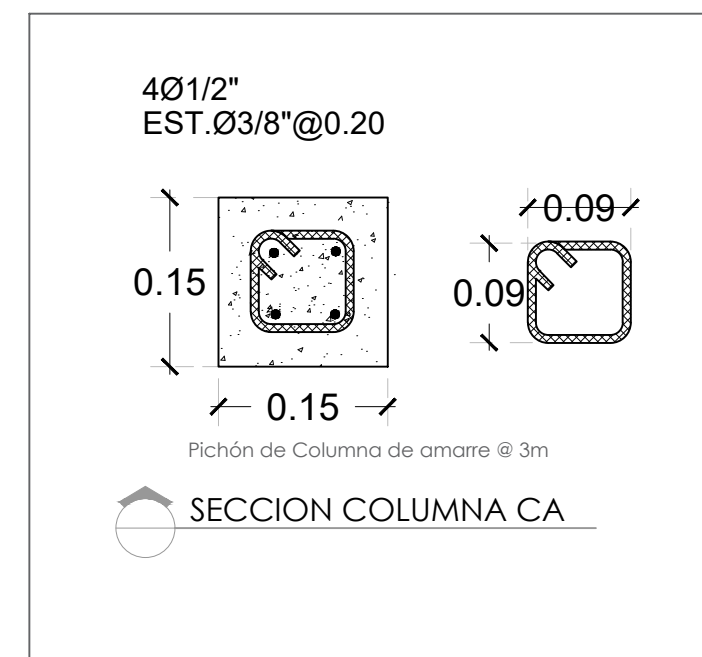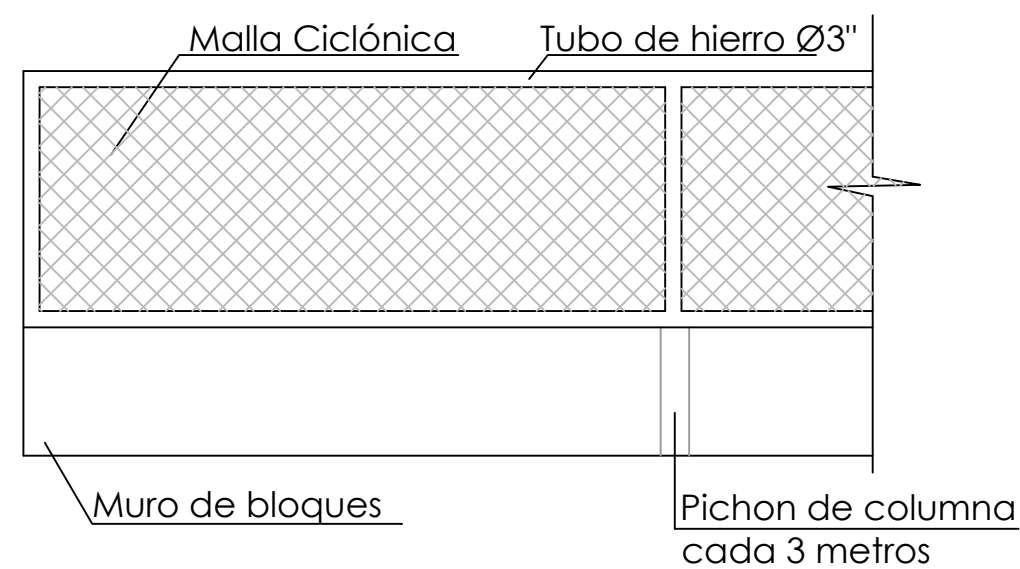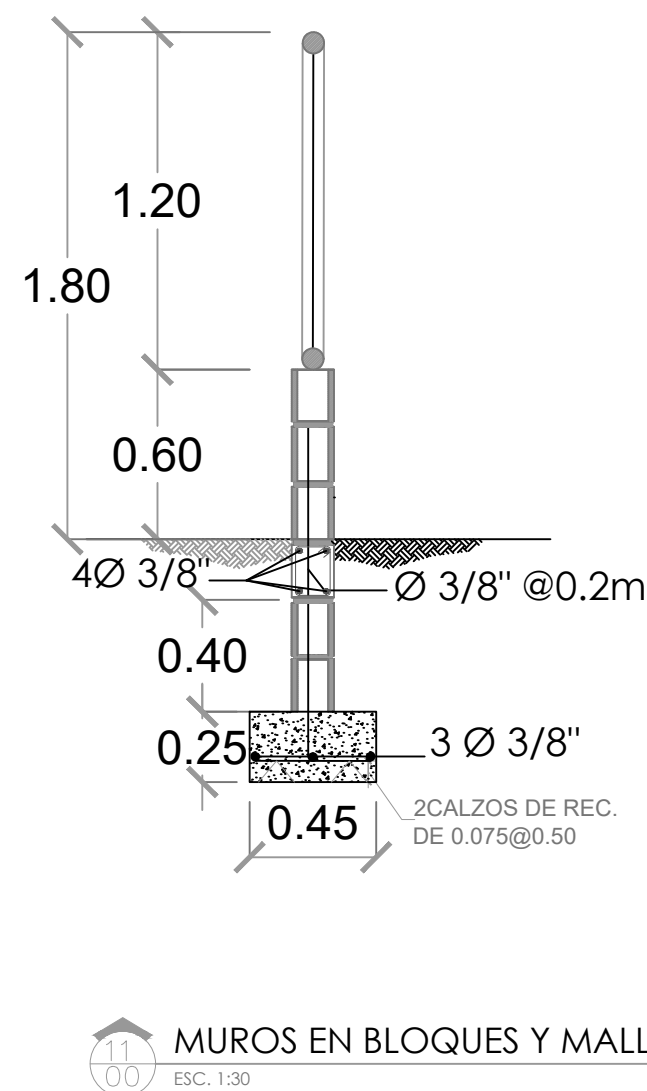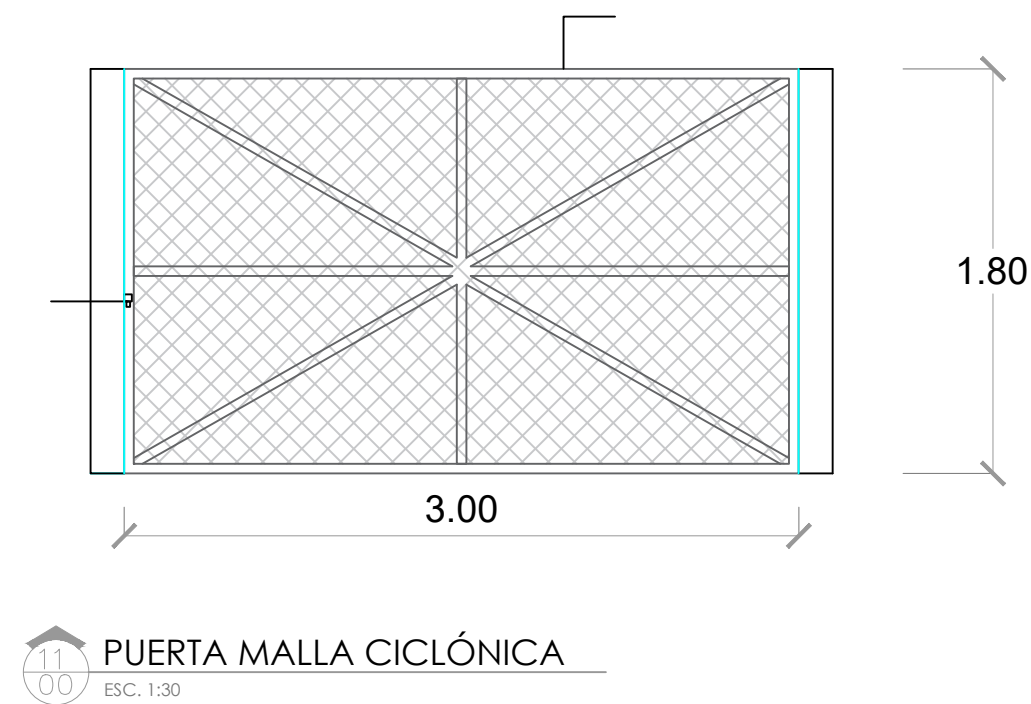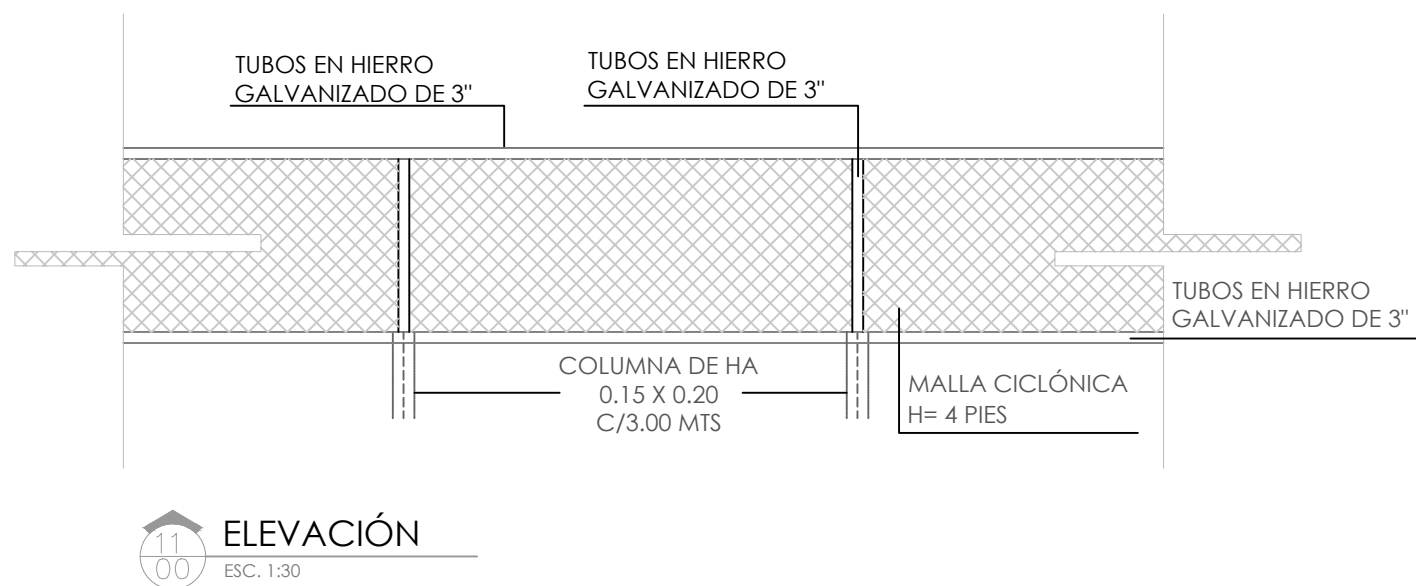

DIRECCION DE
DESARROLLO PROVINCIAL
(DDP)



Ave. Dr. Delgado, Esq. Moises Garcia,
Gazcue, Sto. Dgo., R.D.
TEL.: (809)-364-2189 | FAX.: (809)- 688-1665
E-Mail: info@cpadp.gob.do

PROYECTO:

**CONSTRUCCIÓN CLUB DEPORTIVO SABANA
REY LA ESQUINA-TECHADO SIMPLE**

Municipio Cotui, Provincia Sanchez Ramirez,
Republica Dominicana

EQUIPO DE TRABAJO:

DISEÑO ARQUITECTÓNICO

ARQ.

codia 00000

ENC. INGENIERÍA

ING.

codia 00000

ESTRUCTURAL

ING.

codia 00000

ELÉCTRICO

ING.

codia 00000

HIDRO-SANITARIO

ING.

codia 00000

SELLO DE APROBACIÓN

FECHA

CONTENIDO:

**PLANTA DE TECHO
- OFICINA , BAÑO , ALMACEN Y
CAFETERIA-**



ESCALA:

1:30

SEPTIEMBRE 2026



NO. PÁGINA:

 013

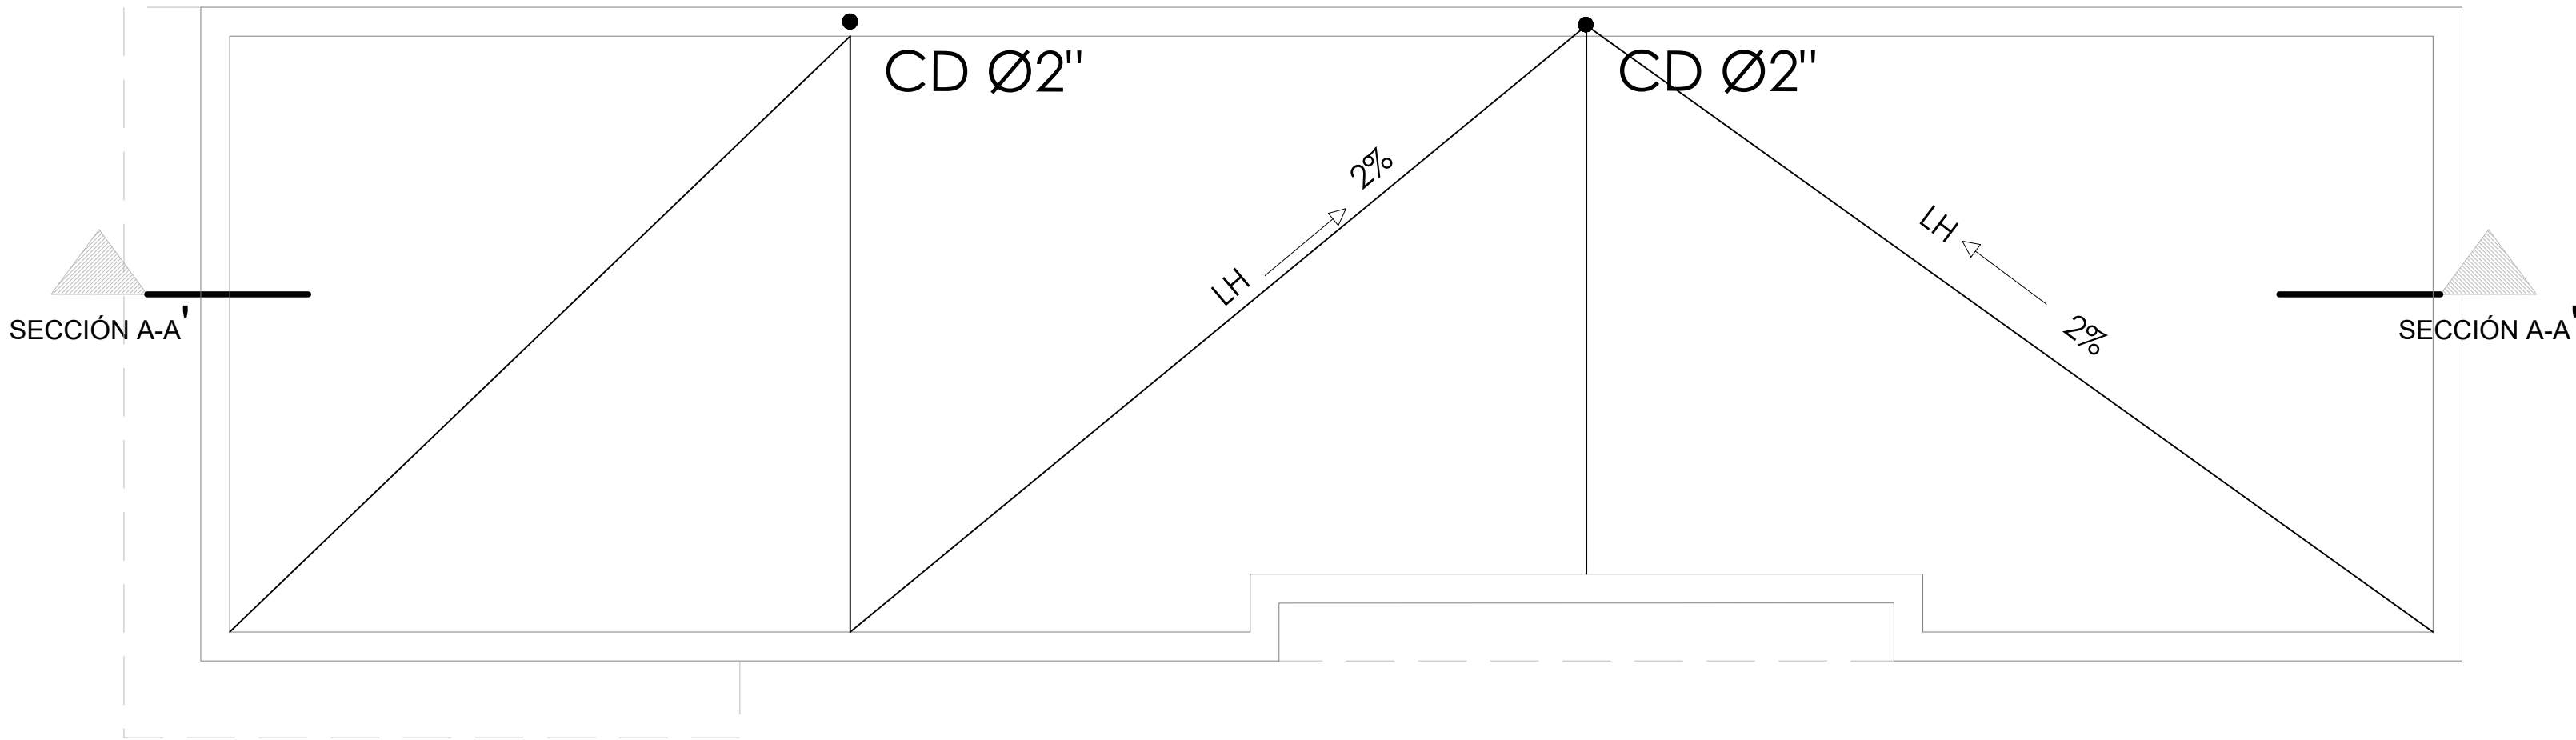

PLANTA DE TECHO

ESC. 1:30

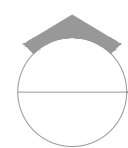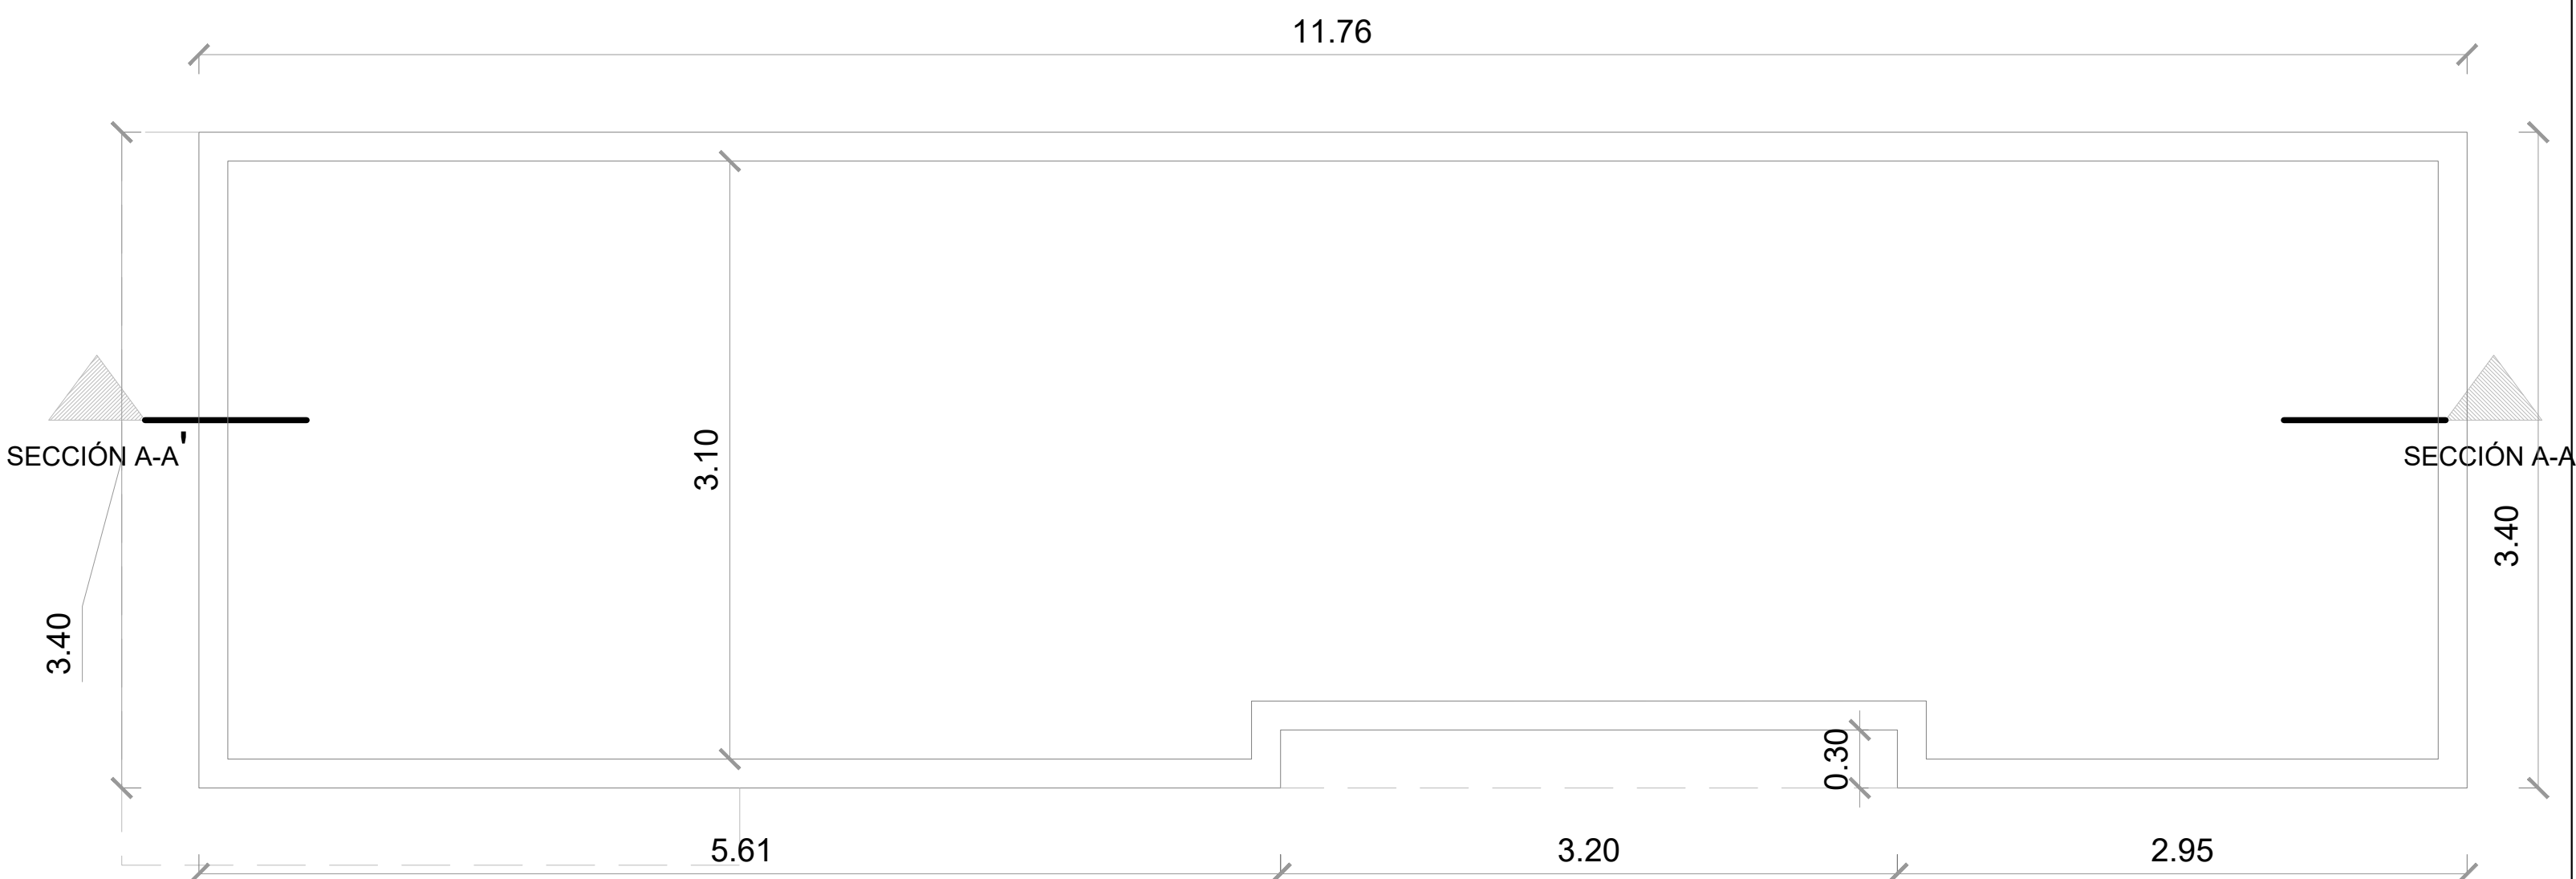

PLANTA DE TECHO DIMENSIONADA
ESC. 1:30

DIRECCION DE
DESARROLLO PROVINCIAL
(DDP)



Ave. Dr. Delgado, Esq. Moises Garcia,
Gazcue, Sto. Dgo., R.D.
TEL.: (809)-364-2189 | FAX.: (809)- 688-1665
E-Mail: info@cpadp.gob.do

PROYECTO:
**CONSTRUCCIÓN CLUB DEPORTIVO SABANA
REY LA ESQUINA-TECHADO SIMPLE**
Municipio Cotui, Provincia Sanchez Ramirez,
Republica Dominicana

EQUIPO DE TRABAJO:

DISEÑO ARQUITECTÓNICO	
ARQ.	codia 00000
ENC. INGENIERÍA	
ING.	codia 00000
ESTRUCTURAL	
ING.	codia 00000
ELÉCTRICO	
ING.	codia 00000
HIDRO-SANITARIO	
ING.	codia 00000

SELLO DE APROBACIÓN


FECHA

CONTENIDO:
**PLANTA DE TECHO DIMENSIONADA
-OFICINA , BAÑO, ALMACEN Y
CAFETERIA-**

ESCALA:
1:30

SEPTIEMBRE 2026

NO. PÁGINA:
014

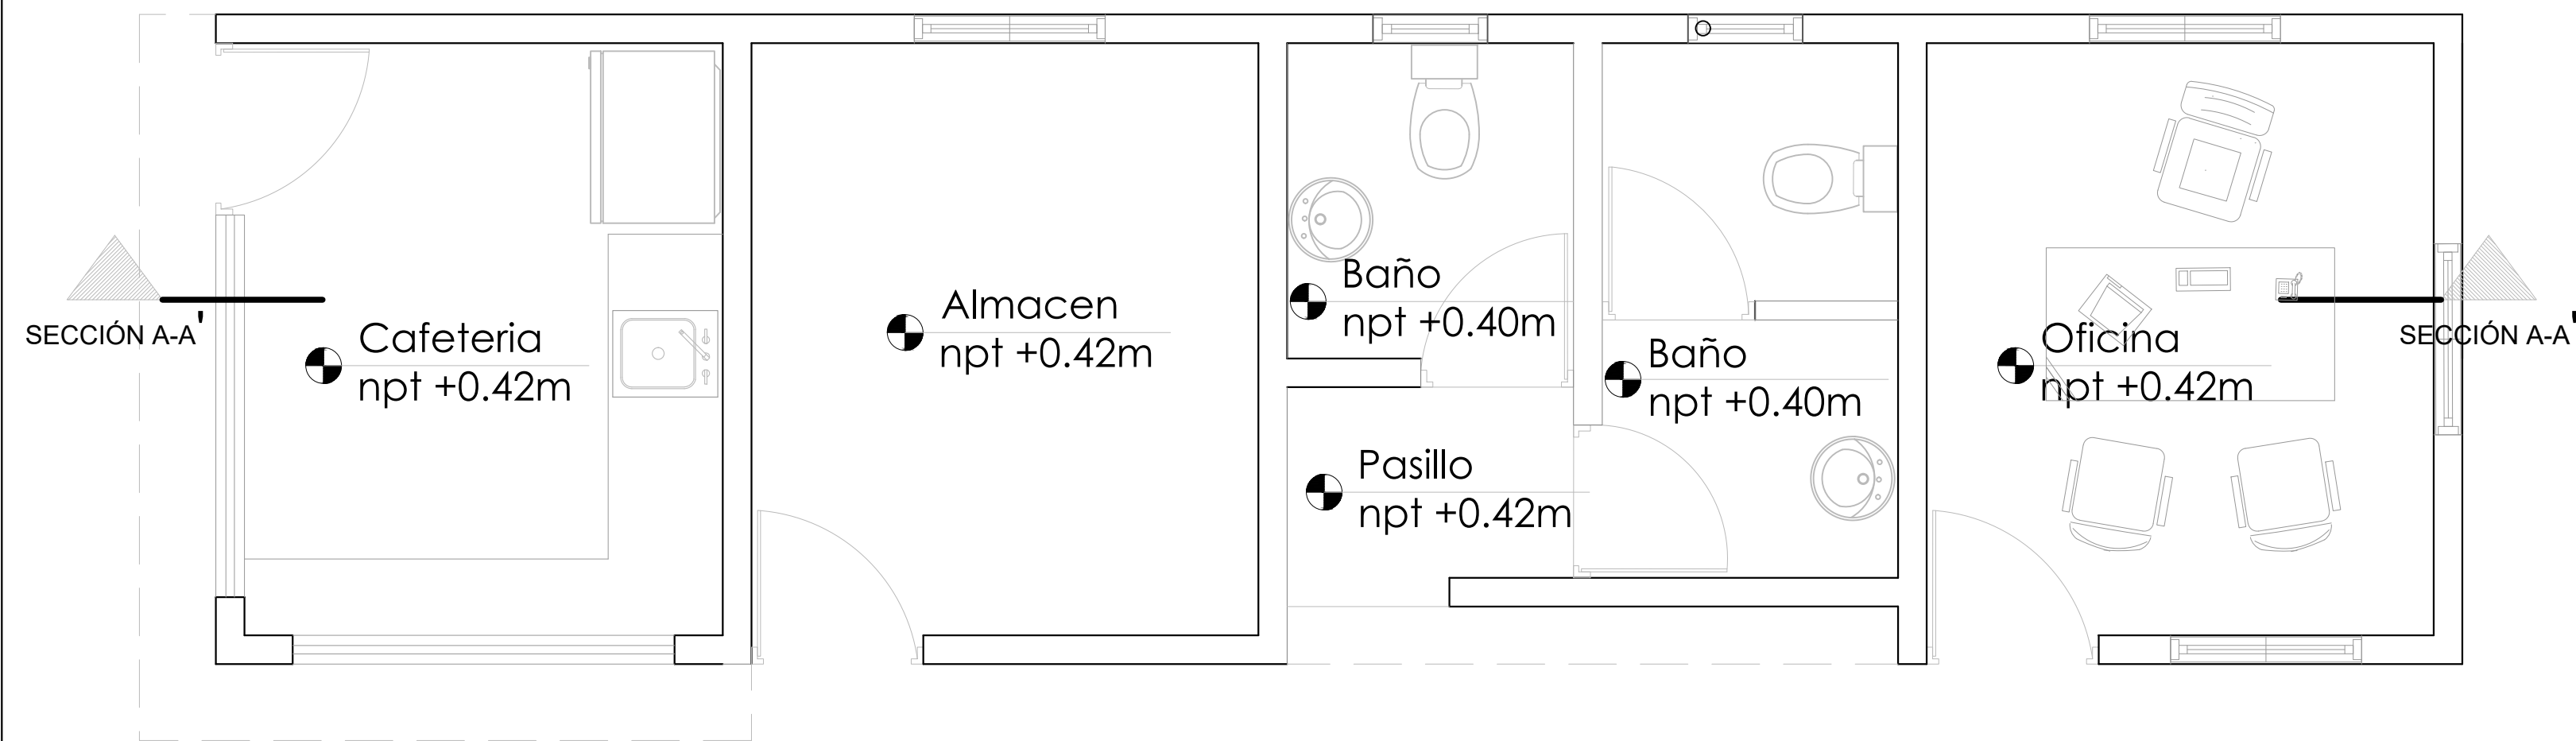

DIRECCION DE
DESARROLLO PROVINCIAL
(DDP)



Ave. Dr. Delgado, Esq. Moises Garcia,
Gazcue, Sto. Dgo., R.D.
TEL.: (809)-364-2189 | FAX.: (809)- 688-1665
E-Mail: info@cpadp.gob.do

PROYECTO:

**CONSTRUCCIÓN CLUB DEPORTIVO SABANA
REY LA ESQUINA-TECHADO SIMPLE**

Municipio Cotui, Provincia Sanchez Ramirez,
Republica Dominicana

EQUIPO DE TRABAJO:

DISEÑO ARQUITECTÓNICO

ARQ. _____
codia 00000

ENC. INGENIERÍA

ING. _____
codia 00000

ESTRUCTURAL

ING. _____
codia 00000

ELÉCTRICO

ING. _____
codia 00000

HIDRO-SANITARIO

ING. _____
codia 00000

SELLO DE APROBACIÓN

FECHA _____

CONTENIDO:

**PLANTA ARQUITECTÓNICA
AMUEBLADA
- OFICINA , BAÑO, ALMACEN Y
CAFETERIA-**


ESCALA:

1:30

SEPTIEMBRE 2026

NO. PÁGINA:

015

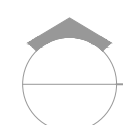

PLANTA ARQUITECTÓNICA AMUEBLADA - OFICINA Y BAÑO

ESC. 1:30

DIRECCION DE
DESARROLLO PROVINCIAL
(DDP)



Ave. Dr. Delgado, Esq. Moises Garcia,
Gazcue, Sto. Dgo., R.D.
TEL.: (809)-364-2189 | FAX.: (809)- 688-1665
E-Mail: info@cpadp.gob.do

PROYECTO:

**CONSTRUCCIÓN CLUB DEPORTIVO SABANA
REY LA ESQUINA-TECHADO SIMPLE**

Municipio Cotui, Provincia Sanchez Ramirez,
Republica Dominicana

EQUIPO DE TRABAJO:

DISEÑO ARQUITECTÓNICO

ARQ.

codia 00000

ENC. INGENIERÍA

ING.

codia 00000

ESTRUCTURAL

ING.

codia 00000

ELÉCTRICO

ING.

codia 00000

HIDRO-SANITARIO

ING.

codia 00000

SELLO DE APROBACIÓN

FECHA

CONTENIDO:

**PLANTA ARQUITECTÓNICA
DIMENSIONADA
- OFICINA , BAÑO, ALMACEN Y
CAFETERIA-**

ESCALA:

1:30

SEPTIEMBRE 2026

NO. PÁGINA:

016

11.76

2.65

2.80

3.50

2.80

0.15
2.50

0.15

0.85

1.00

0.80

0.15

0.45

0.60

0.15

0.45

0.45

0.60

0.50

0.15

0.85

0.98

0.82

0.15

0.15

0.90

2.00

1.70

2.50

0.20

0.40

2.00

0.40

2.80

0.90

1.75

0.15

0.85

2.50

0.90

0.38

1.00

0.53

2.80

3.35

2.80

11.76

3.10

1.75

0.90

0.60

0.45

0.60

0.45

0.60

0.50

1.35

0.90

0.65

1.55

1.65

1.50

0.45

0.80

1.00

0.85

2.65

3.10

1.20

2.65

3.10

1.00

1.05

0.15

0.90

0.60

0.45

0.60

0.45

0.60

0.50

1.35

0.90

0.65

1.55

1.65

1.50

0.45

0.80

1.00

0.85

2.65

3.10

1.20

2.65

3.10

1.00

1.05

0.15

0.90

0.60

0.45

0.60

0.45

0.60

0.50

1.35

0.90

0.65

1.55

1.65

1.50

0.45

0.80

1.00

0.85

2.65

3.10

1.20

2.65

3.10

1.00

1.05

0.15

0.90

0.60

0.45

0.60

0.45

0.60

0.50

1.35

0.90

0.65

1.55

1.65

1.50

0.45

0.80

1.00

0.85

2.65

3.10

1.20

2.65

3.10

1.00

1.05

0.15

0.90

0.60

0.45

0.60

0.45

0.60

0.50

1.35

0.90

0.65

1.55

1.65

1.50

0.45

0.80

1.00

0.85

2.65

3.10

1.20

2.65

3.10

1.00

1.05

0.15

0.90

0.60

0.45

0.60

0.45

0.60

0.50

1.35

0.90

0.65

1.55

1.65

1.50

0.45

0.80

1.00

0.85

2.65

3.10

1.20

2.65

3.10

1.00

1.05

0.15

0.90

0.60

0.45

0.60

0.45

0.60

0.50

1.35

0.90

0.65

1.55

1.65

1.50

0.45

0.80

1.00

0.85

2.65

3.10

1.20

2.65

3.10

1.00

1.05

0.15

0.90

0.60

0.45

0.60

0.45

0.60

0.50

1.35

0.90

0.65

1.55

1.65

1.50

0.45

0.80

1.00

0.85

2.65

3.10

1.20

2.65

3.10

1.00

1.05

0.15

0.90

0.60

0.45

0.60

0.45

0.60

0.50

1.35

0.90

0.65

1.55

1.65

1.50

0.45

0.80

1.00

0.85

2.65

3.10

1.20

2.65

3.10

1.00

1.05

0.15

0.90

0.60

0.45

0.60

0.45

0.60

0.50

1.35

0.90

0.65

1.55

1.65

1.50

0.45

0.80

1.00

0.85

2.65

3.10

1.20

2.65

3.10

1.00

1.05

0.15

DIRECCION DE
DESARROLLO PROVINCIAL
(DDP)



Ave. Dr. Delgado, Esq. Moises Garcia,
Gazcue, Sto. Dgo., R.D.
TEL.: (809)-364-2189 | FAX.: (809)- 688-1665
E-Mail: info@cpadp.gob.do

PROYECTO:

**CONSTRUCCIÓN CLUB DEPORTIVO SABANA
REY LA ESQUINA-TECHADO SIMPLE**

Municipio Cotui, Provincia Sanchez Ramirez,
Republica Dominicana

EQUIPO DE TRABAJO:

DISEÑO ARQUITECTÓNICO

ARQ.

codia 00000

ENC. INGENIERÍA

ING.

codia 00000

ESTRUCTURAL

ING.

codia 00000

ELÉCTRICO

ING.

codia 00000

HIDRO-SANITARIO

ING.

codia 00000

SELLO DE APROBACIÓN

FECHA

CONTENIDO:

PLANTA DE PISO

ESCALA:

1:30

SEPTIEMBRE 2026

NO. PÁGINA:

017

Cerámica en paredes
de baño blanco Mate
30cm x60 cm
altura de 1.80 mts

Revestimiento de ceramica de
pared de cafeteria con altura de
0.60Mts sobre meseta

SECCIÓN A-A'

Cafeteria
npt +0.12m

Tope de Marmolite Crema

Almacen
npt +0.12m

 
Baño
npt +0.10m

Pasillo
npt +0.12m

Baño
npt +0.10m

Oficina
npt +0.12m

SECCIÓN A-A'




Ceramica de 45cmts y 45 cmts color gris
7.01 Mts2



Ceramica de 45cmts y 45 cmts color crema
26.25 Mts2

Ceramica de 45cmts y 45 cmts color crema
1.26 Mts2

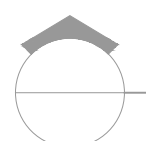

PLANTA DE PISO

ESC. 1:30

**COLOCAR ACCESORIOS EN BAÑOS

DIRECCION DE
DESARROLLO PROVINCIAL
(DDP)



Ave. Dr. Delgado, Esq. Moises Garcia,
Gazcue, Sto. Dgo., R.D.
TEL.: (809)-364-2189 | FAX.: (809)- 688-1665
E-Mail: info@cpadp.gob.do

PROYECTO:

**CONSTRUCCIÓN CLUB DEPORTIVO SABANA
REY LA ESQUINA-TECHADO SIMPLE**

Municipio Cotui, Provincia Sanchez Ramirez,
Republica Dominicana

EQUIPO DE TRABAJO:

DISEÑO ARQUITECTÓNICO

ARQ.

codia 00000

ENC. INGENIERÍA

ING.

codia 00000

ESTRUCTURAL

ING.

codia 00000

ELÉCTRICO

ING.

codia 00000

HIDRO-SANITARIO

ING.

codia 00000

SELLO DE APROBACIÓN

FECHA

CONTENIDO:

PLANTA DE PUERTAS Y VENTANAS

ESCALA:

1:30

SEPTIEMBRE 2026

NO. PÁGINA:

018

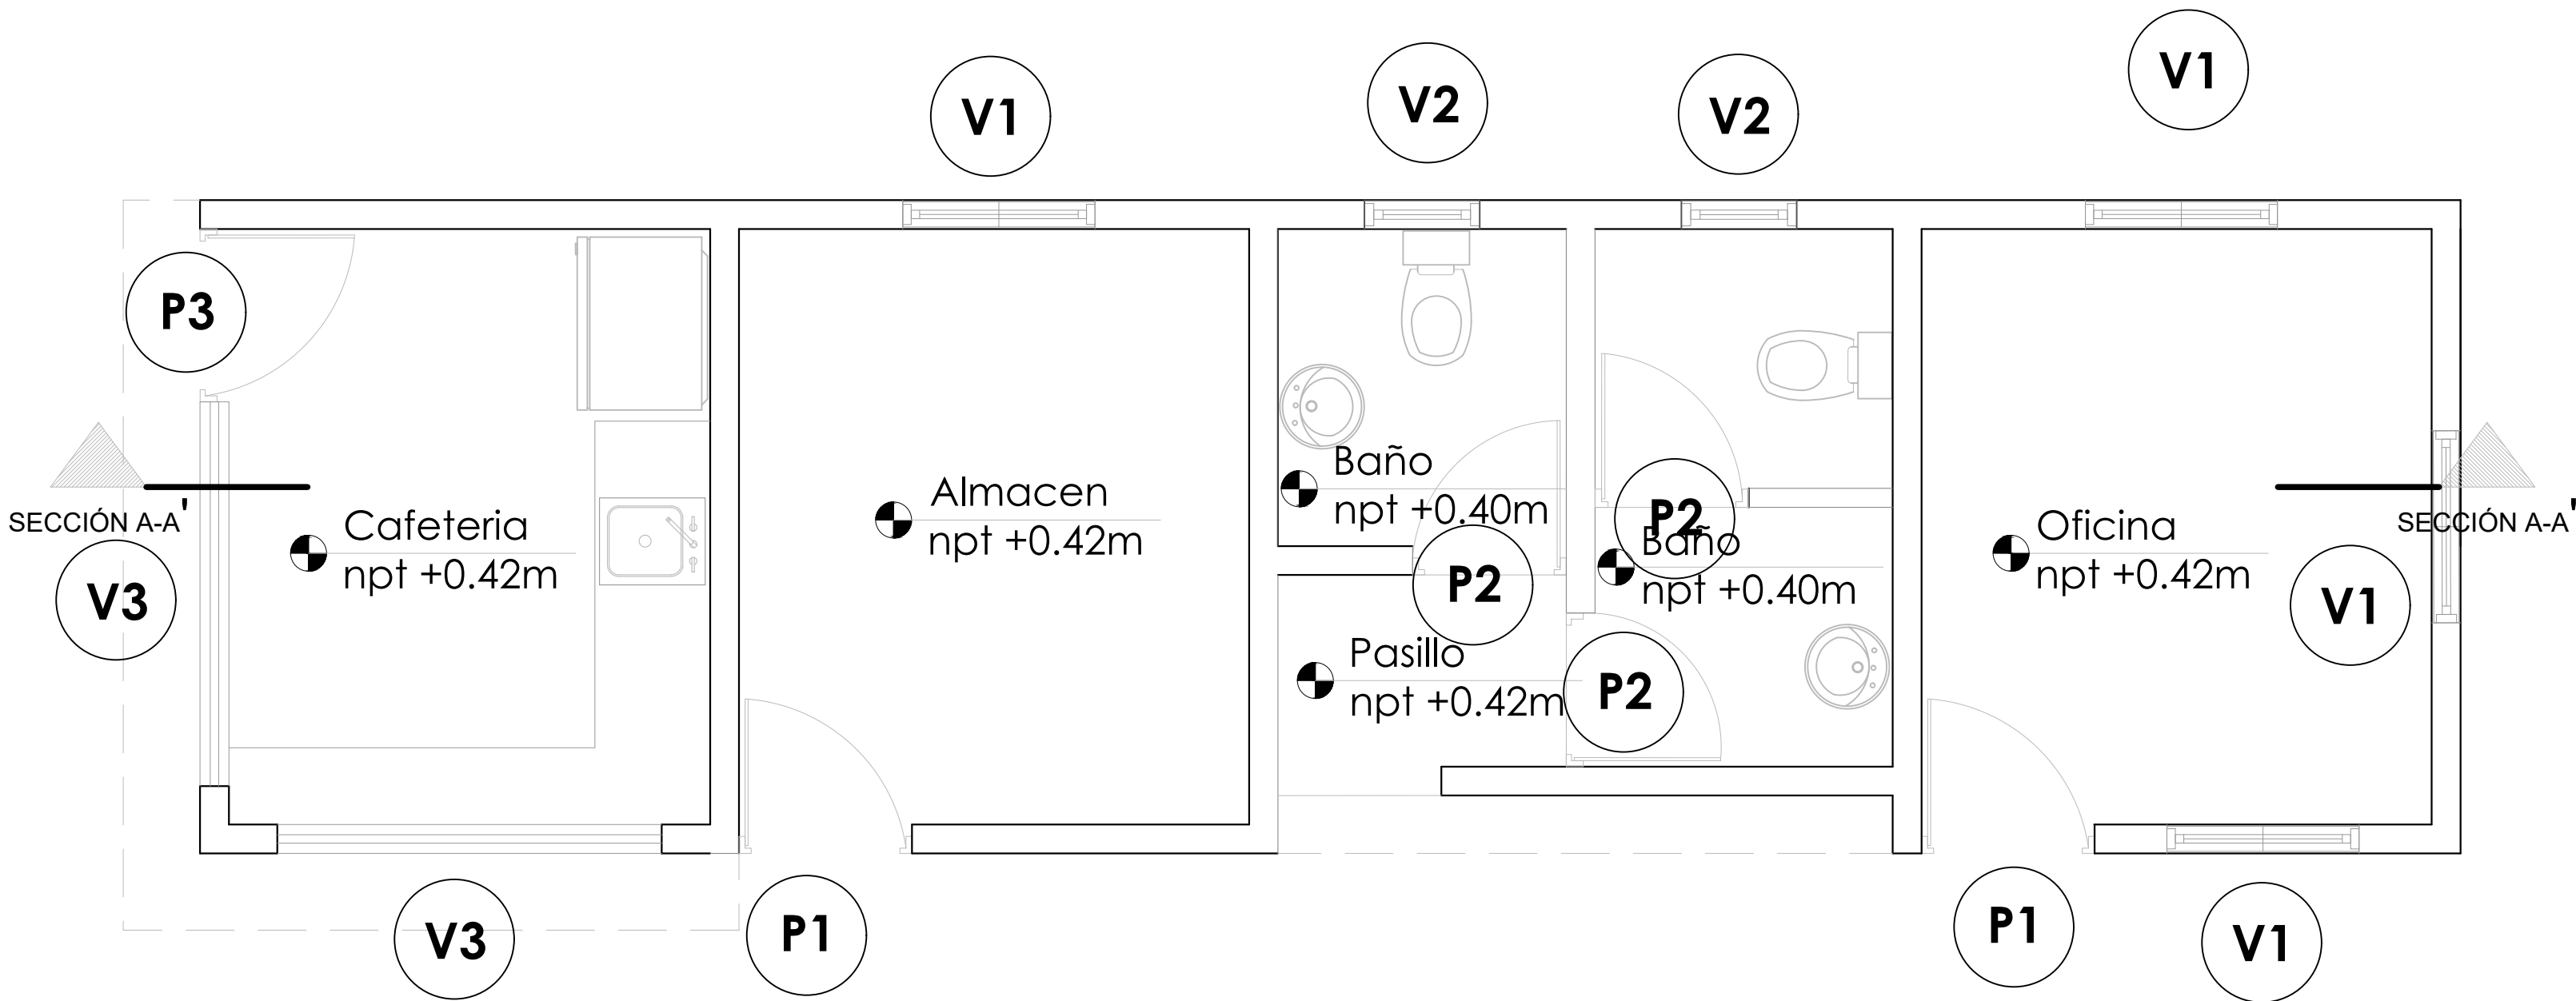


TABLA DE PUERTAS

No.	Tipo	Ancho	Altura	Material	Observaciones	Cantidad
P1	Abatible	0.90	2.10	Polimetálica	Blanca	2
P2	Abatible	0.80	2.10	Polimetálica	Blanca	3
P3	Abatible	0.90	2.10	Metálica	Blanca	1
Total: 6						

TABLA DE VENTANAS

No.	Tipo	Medidas	Altura	Material	Observaciones	Cant.
V1	Celosía	1.10x1.00	1.00	Aluminio	Celosías en Aluminio Blanca	4
V2	Celosía	0.60x0.60	1.50	Aluminio	Celosías en Aluminio Blanca	2
V3	Tola	2.00x1.10	1.00	Aluminio	Metálica de tola	1
Total: 7						



PLANTA DE PUERTAS Y VENTANAS

ESC. 1:30

PROYECTO:

**CONSTRUCCIÓN CLUB DEPORTIVO SABANA
REY LA ESQUINA-TECHADO SIMPLE**

Municipio Cotui, Provincia Sanchez Ramirez,
Republica Dominicana

EQUIPO DE TRABAJO:

DISEÑO ARQUITECTÓNICO

ARQ.

codia 00000

ENC. INGENIERÍA

ING.

codia 00000

ESTRUCTURAL

ING.

codia 00000

ELÉCTRICO

ING.

codia 00000

HIDRO-SANITARIO

ING.

codia 00000

SELLO DE APROBACIÓN

FECHA

CONTENIDO:

PLANTA DE MOBILIARIO


ESCALA:

1:30

SEPTIEMBRE 2026

NO. PÁGINA:


019

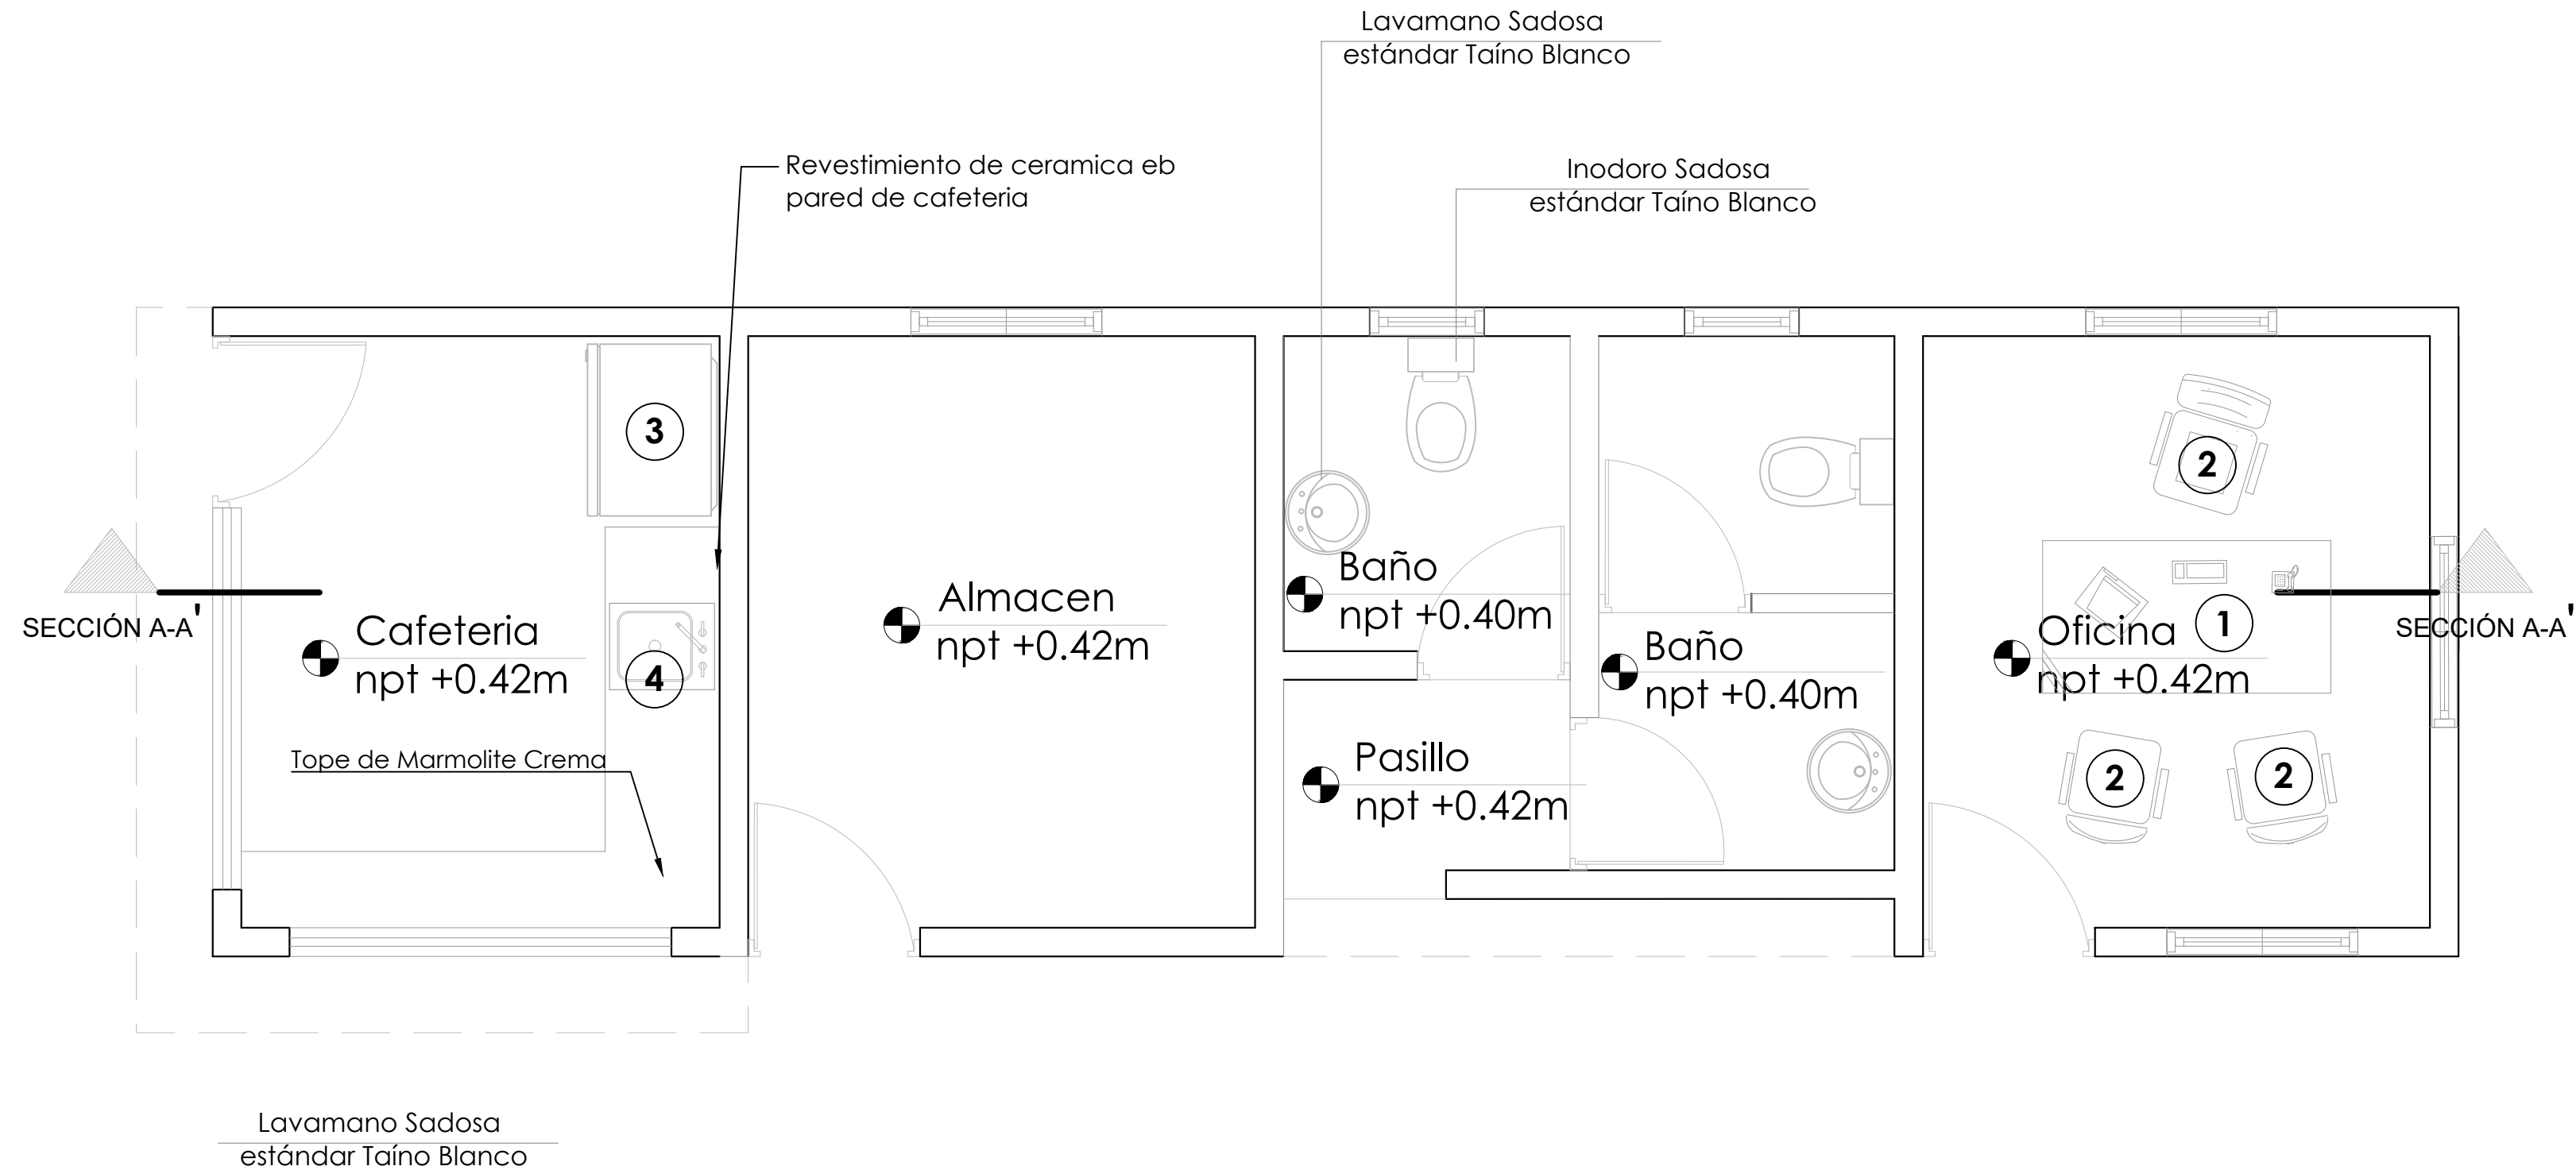

	DESCRIPCION	DIMENSIONES	
		LARGO	ANCHO
①	ESCRITORIO COLOR HAYA	1.50 MTS	0.60 MTS
②	SILLA OPERATIVA NEGRA EN TELA		
③	REFRIGERADOR	0.90 MTS	0.60 MTS
④	FREGADERO DE ACERO INOXIDABLE	0.60 MTS	0.50 MTS


**COLOCAR ACCESORIOS EN BAÑOS

 
**COLOCAR ACCESORIOS EN BAÑOS



PLANTA DE MOBILIARIO

 ESC. 1:30

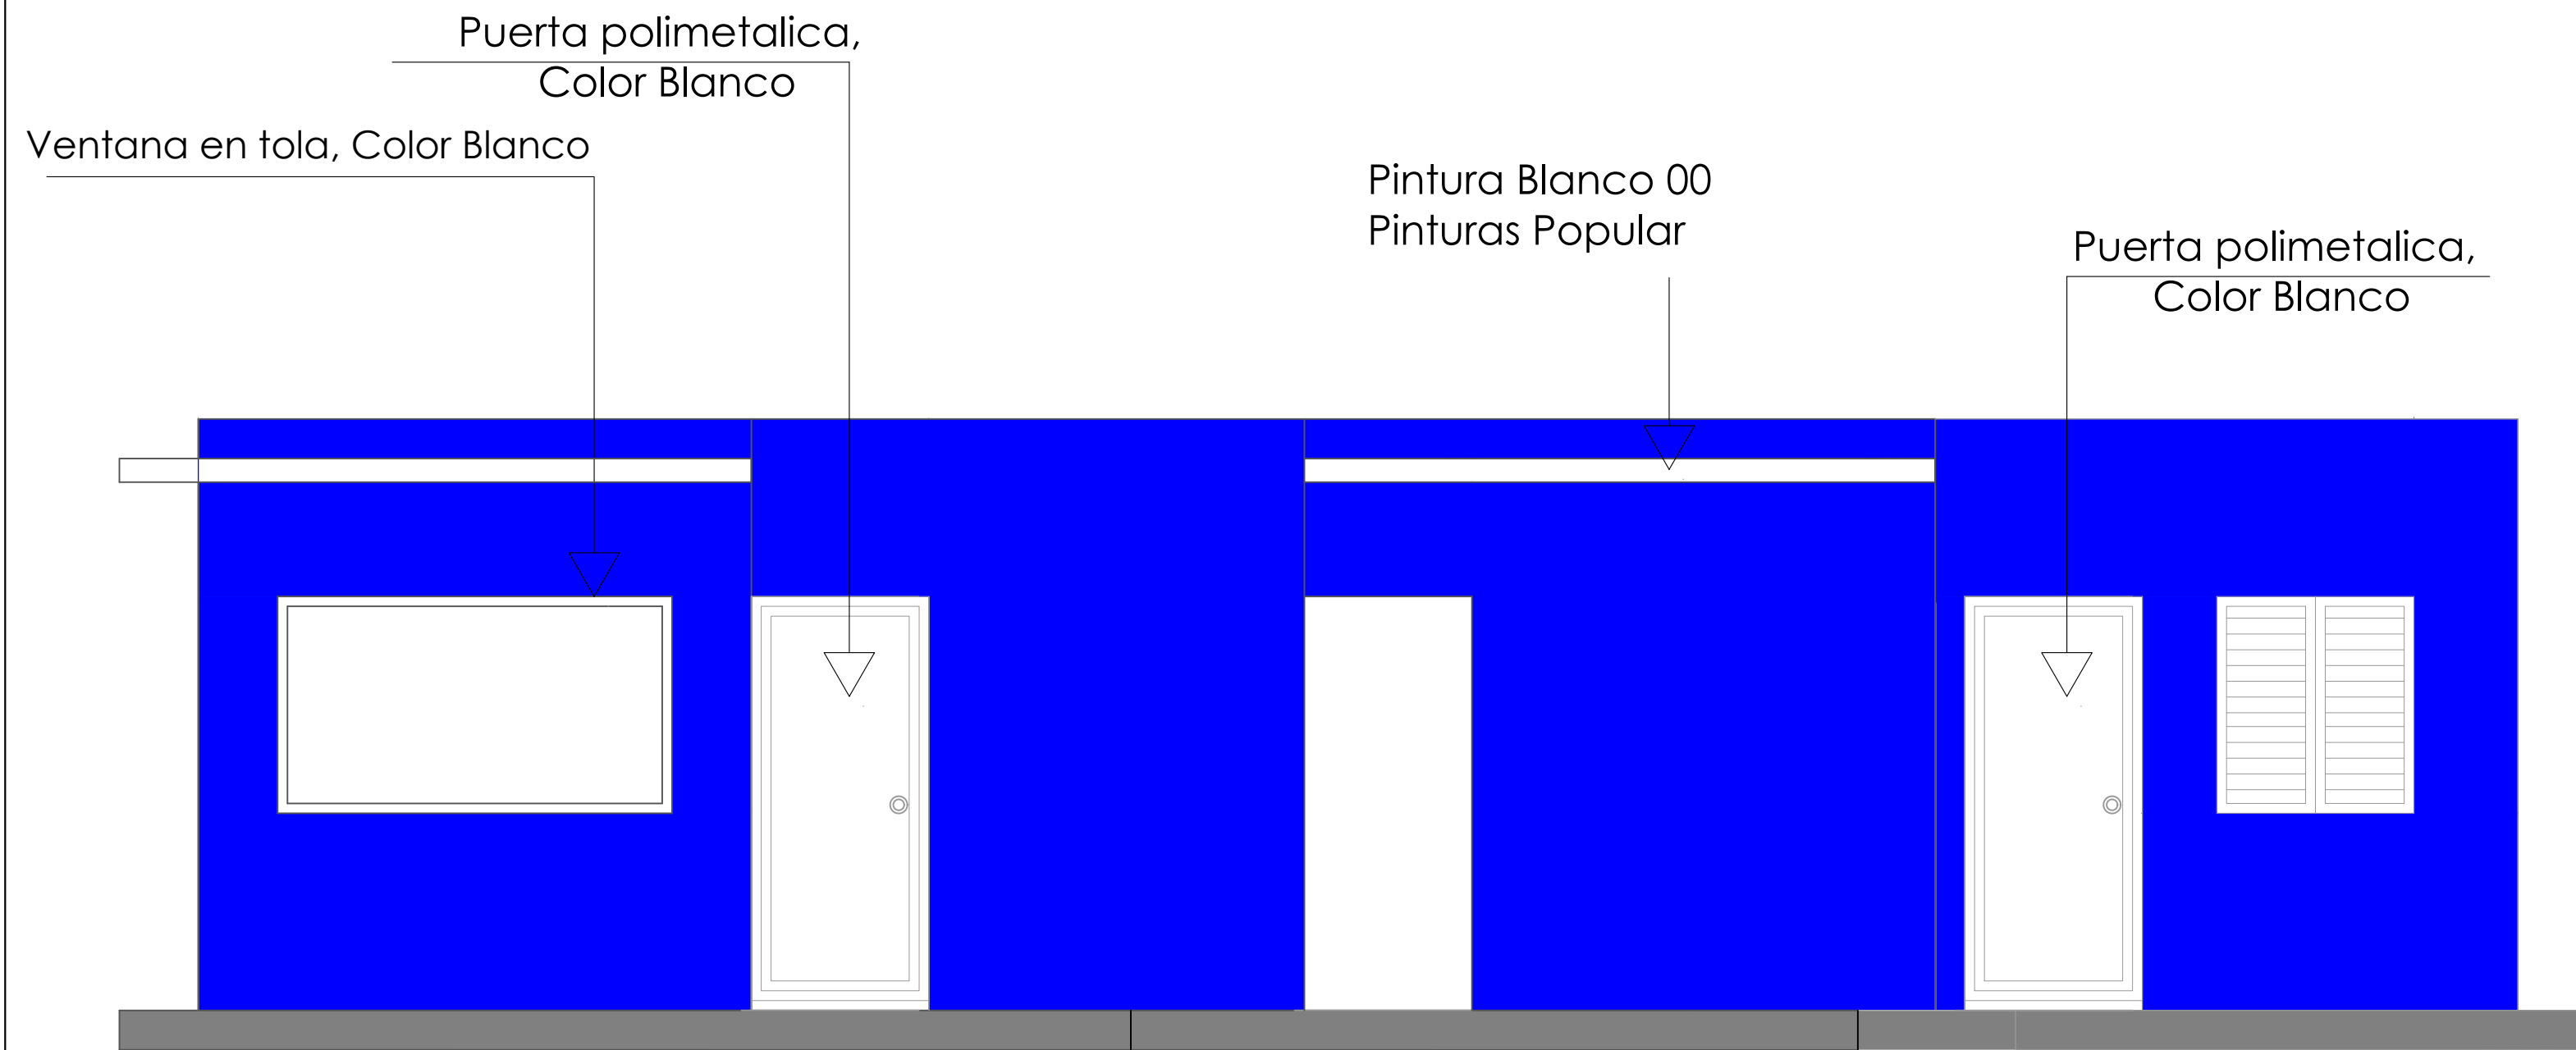

 **ELEVACIÓN FRONTAL**
ESC. 1:30



 **ELEVACIÓN LATERAL IZQUIERDA**
ESC. 1:30

DIRECCION DE
DESARROLLO PROVINCIAL
(DDP)



Ave. Dr. Delgado, Esq. Moises Garcia,
Gazcue, Sto. Dgo., R.D.
TEL.: (809)-364-2189 | FAX.: (809)- 688-1665
E-Mail: info@cpadp.gob.do

PROYECTO:

**CONSTRUCCIÓN CLUB DEPORTIVO SABANA
REY LA ESQUINA-TECHADO SIMPLE**

Municipio Cotui, Provincia Sanchez Ramirez,
Republica Dominicana

EQUIPO DE TRABAJO:

DISEÑO ARQUITECTÓNICO

ARQ.

codia 00000

ENC. INGENIERÍA

ING.

codia 00000

ESTRUCTURAL

ING.

codia 00000

ELÉCTRICO

ING.

codia 00000

HIDRO-SANITARIO

ING.

codia 00000

SELLO DE APROBACIÓN

FECHA

CONTENIDO:

ELEVACIONES CON TÉCNICAS


ESCALA:

1:30

SEPTIEMBRE 2026

NO. PÁGINA:



020

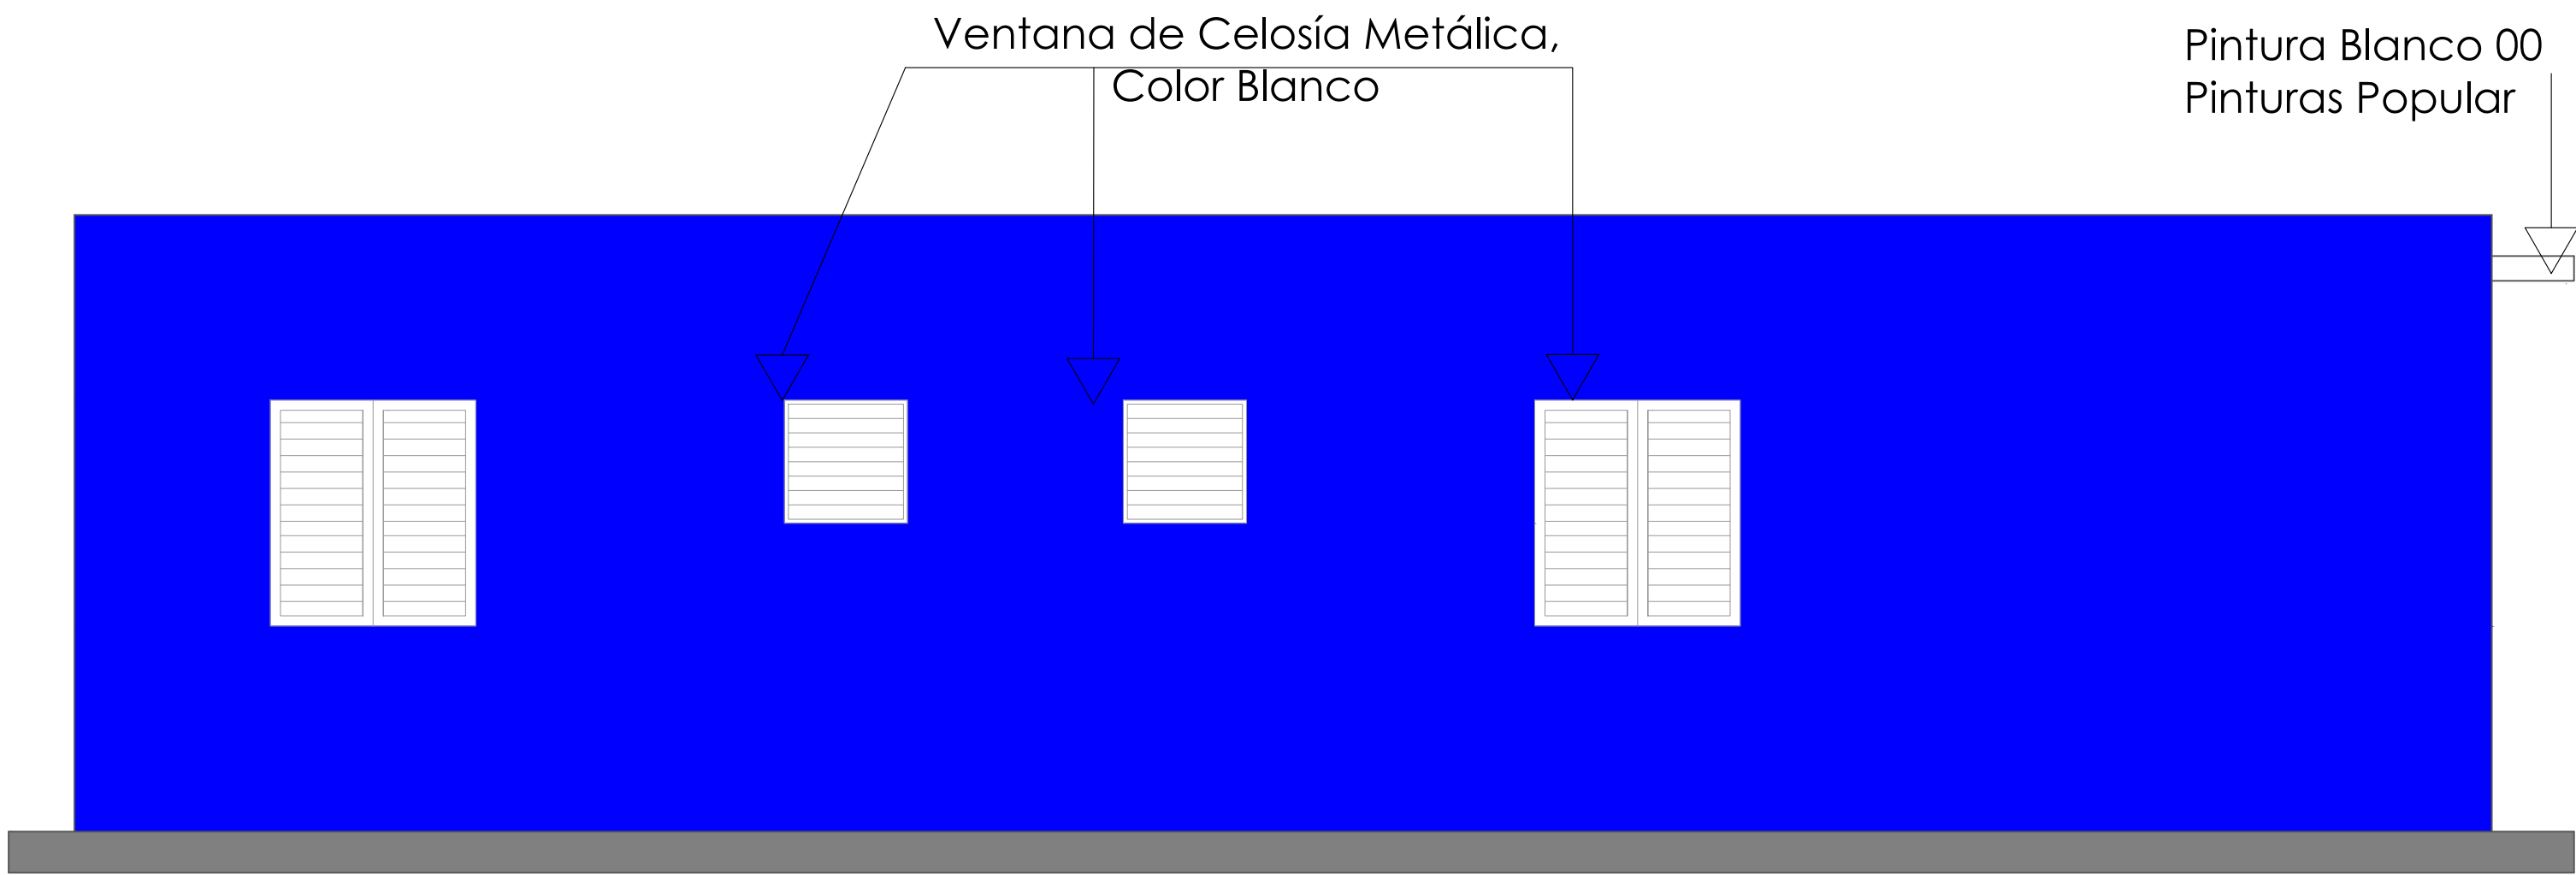

ELEVACIÓN POSTERIOR


ESC. 1:30

Ventana de Celosía Metálica,
Color Blanco

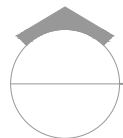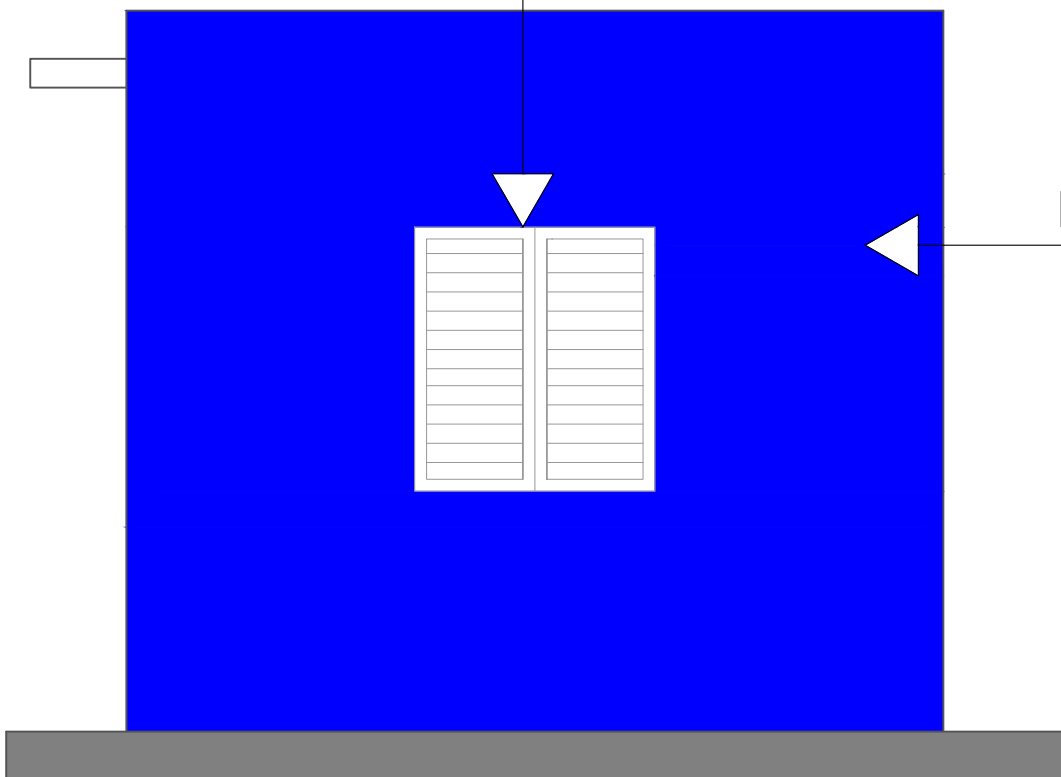

ELEVACIÓN LATERAL DERECHA

 ESC. 1:30



ELEVACIONES CON TÉCNICAS

ESC. 1:30

DIRECCION DE
DESARROLLO PROVINCIAL
(DDP)



Ave. Dr. Delgado, Esq. Moises Garcia,
Gazcue, Sto. Dgo., R.D.
TEL.: (809)-364-2189 | FAX.: (809)- 688-1665
E-Mail: info@cpadp.gob.do

PROYECTO:

**CONSTRUCCIÓN CLUB DEPORTIVO SABANA
REY LA ESQUINA-TECHADO SIMPLE**

Municipio Cotui, Provincia Sanchez Ramirez,
Republica Dominicana

EQUIPO DE TRABAJO:

DISEÑO ARQUITECTÓNICO

ARQ.

codia 00000

ENC. INGENIERÍA

ING.

codia 00000

ESTRUCTURAL

ING.

codia 00000

ELÉCTRICO

ING.

codia 00000

HIDRO-SANITARIO

ING.

codia 00000

SELLO DE APROBACIÓN

FECHA

CONTENIDO:

ELEVACIONES CON TÉCNICAS



ESCALA:

1:30

SEPTIEMBRE 2026



NO. PÁGINA:

021

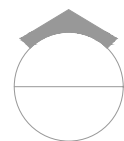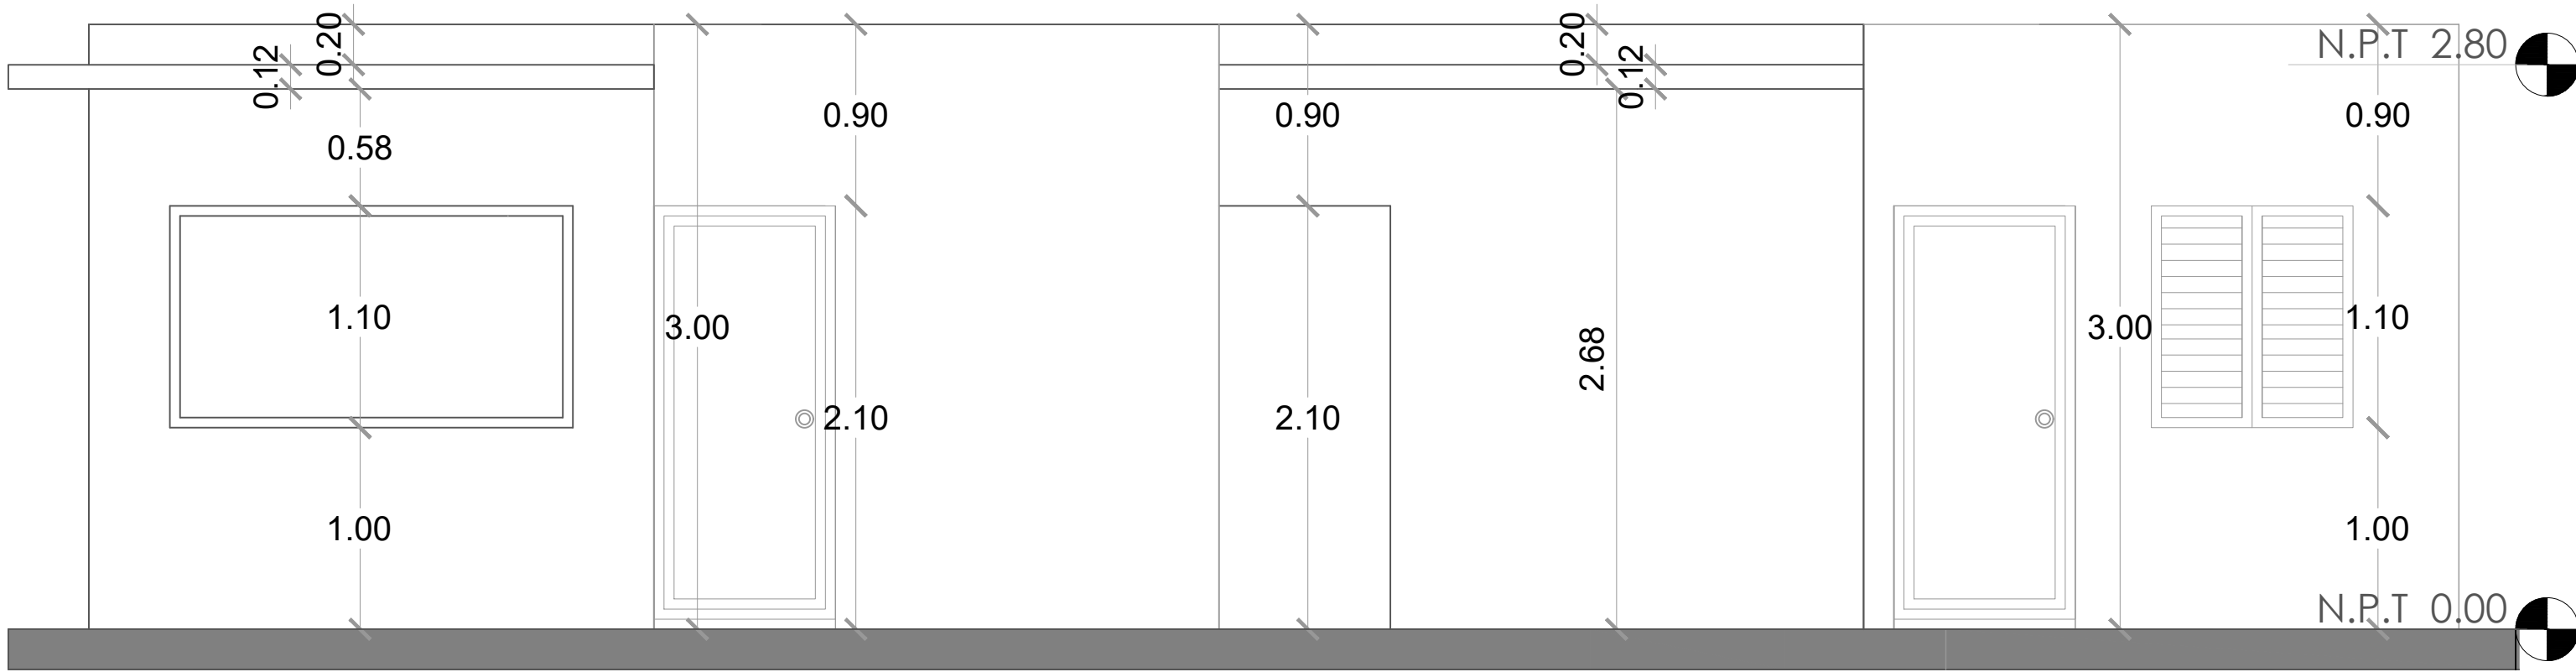


ELEVACIÓN FRONTAL

ESC. 1:30

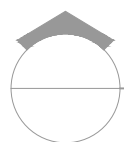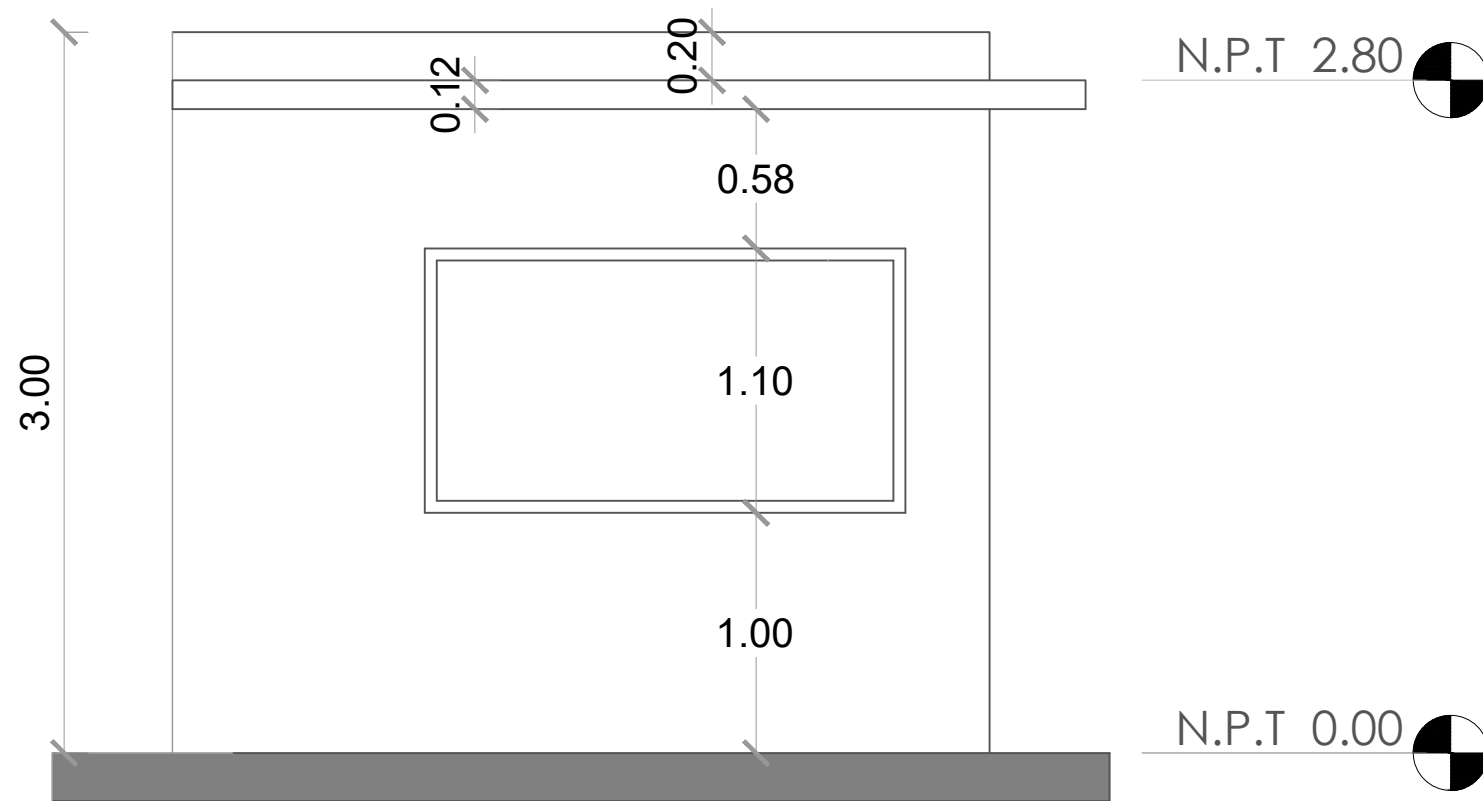

ELEVACIÓN LATERAL IZQUIERDA

ESC. 1:30

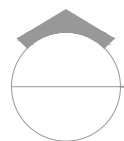

ELEVACIONES

ESC. 1:30

DIRECCION DE
DESARROLLO PROVINCIAL
(DDP)



Ave. Dr. Delgado, Esq. Moises Garcia,
Gazcue, Sto. Dgo., R.D.
TEL.: (809)-364-2189 | FAX.: (809)- 688-1665
E-Mail: info@cpadp.gob.do

PROYECTO:

**CONSTRUCCIÓN CLUB DEPORTIVO SABANA
REY LA ESQUINA-TECHADO SIMPLE**

Municipio Cotui, Provincia Sanchez Ramirez,
Republica Dominicana

EQUIPO DE TRABAJO:

DISEÑO ARQUITECTÓNICO

ARQ.

codia 00000

ENC. INGENIERÍA

ING.

codia 00000

ESTRUCTURAL

ING.

codia 00000

ELÉCTRICO

ING.

codia 00000

HIDRO-SANITARIO

ING.

codia 00000

SELLO DE APROBACIÓN

FECHA

CONTENIDO:

ELEVACIONES


ESCALA:

1:30

SEPTIEMBRE 2026


NO. PÁGINA:

022

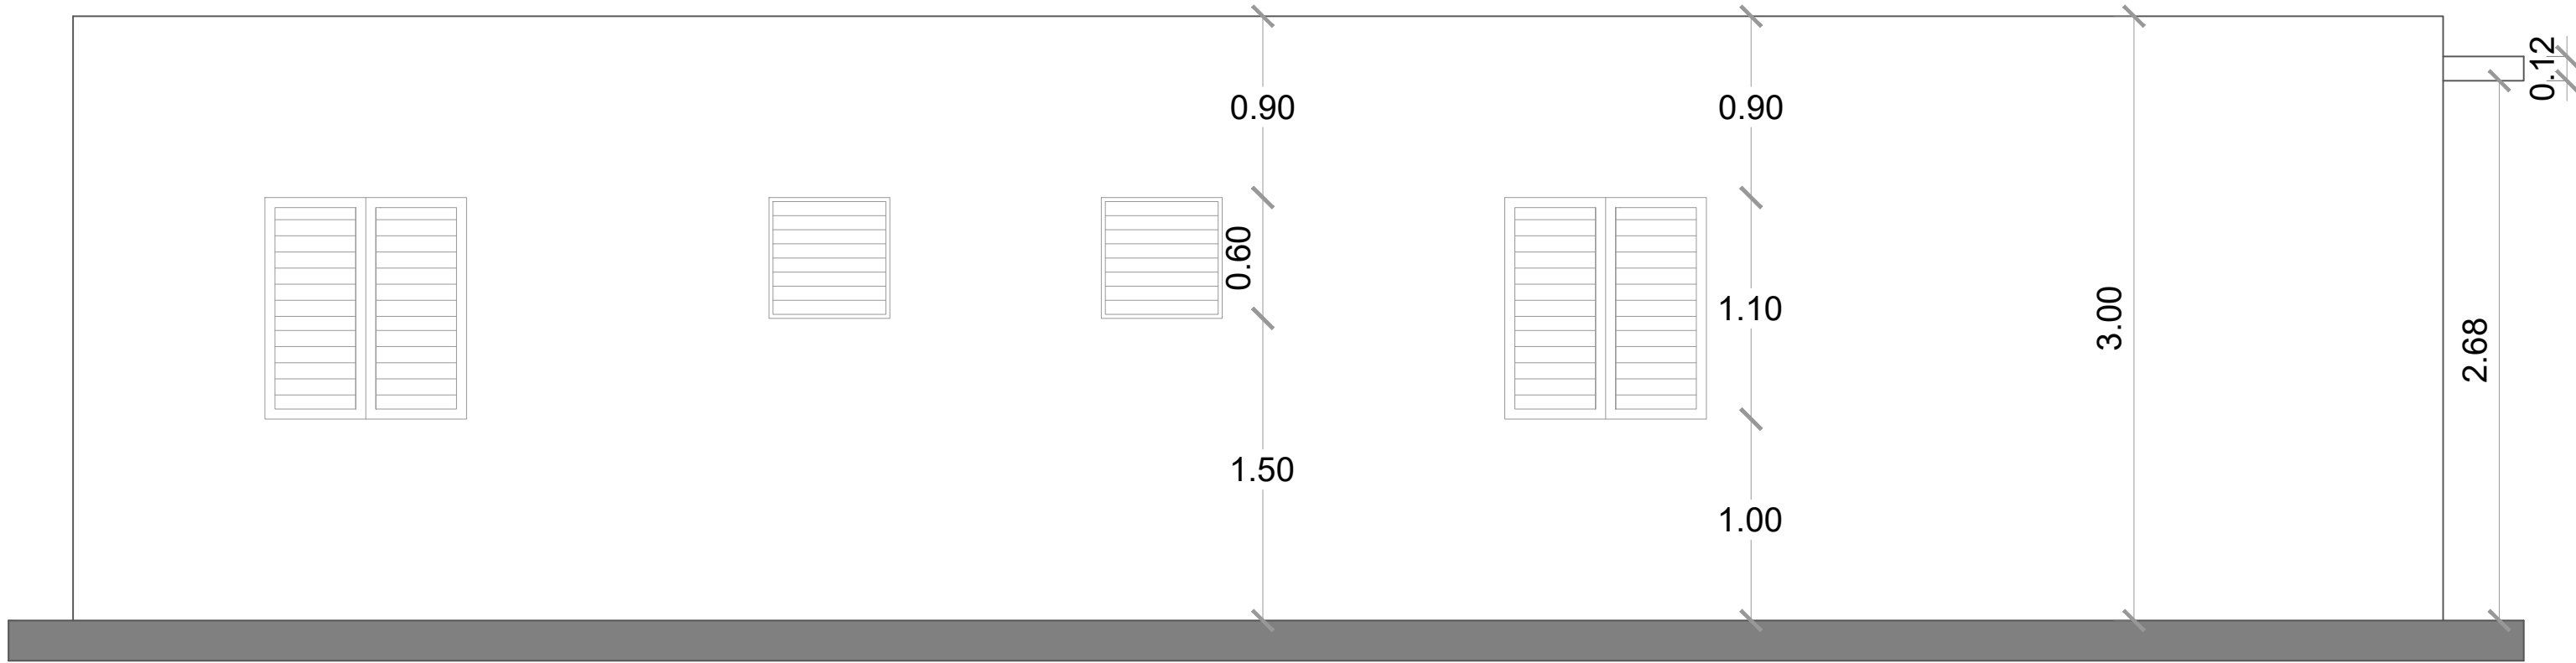


ELEVACIÓN POSTERIOR

ESC. 1:30

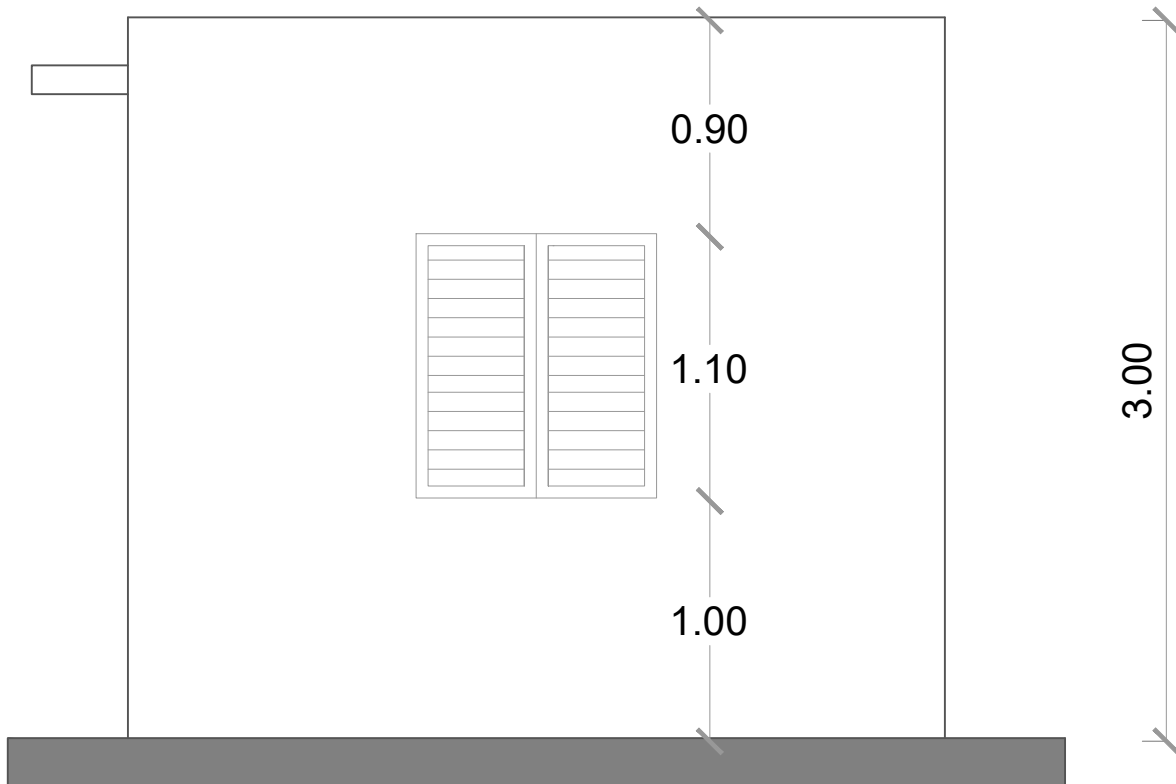

ELEVACIÓN LATERAL DERECHA

 ESC. 1:30



ELEVACIONES

ESC. 1:30

DIRECCION DE
DESARROLLO PROVINCIAL
(DDP)



Ave. Dr. Delgado, Esq. Moises Garcia,
Gazcue, Sto. Dgo., R.D.
TEL.: (809)-364-2189 | FAX.: (809)-688-1665
E-Mail: info@cpadp.gob.do

PROYECTO:

**CONSTRUCCIÓN CLUB DEPORTIVO SABANA
REY LA ESQUINA-TECHADO SIMPLE**

Municipio Cotui, Provincia Sanchez Ramirez,
Republica Dominicana

EQUIPO DE TRABAJO:

DISEÑO ARQUITECTÓNICO

ARQ.

codia 00000

ENC. INGENIERÍA

ING.

codia 00000

ESTRUCTURAL

ING.

codia 00000

ELÉCTRICO

ING.

codia 00000

HIDRO-SANITARIO

ING.

codia 00000

SELLO DE APROBACIÓN

FECHA

CONTENIDO:

ELEVACIONES

ESCALA:

1:30

SEPTIEMBRE 2026

NO. PÁGINA:

023

DIRECCION DE
DESARROLLO PROVINCIAL
(DDP)



Ave. Dr. Delgado, Esq. Moises Garcia,
Gazcue, Sto. Dgo., R.D.
TEL.: (809)-364-2189 | FAX.: (809)- 688-1665
E-Mail: info@cpadp.gob.do

PROYECTO:

**CONSTRUCCIÓN CLUB DEPORTIVO SABANA
REY LA ESQUINA-TECHADO SIMPLE**

Municipio Cotui, Provincia Sanchez Ramirez,
Republica Dominicana

EQUIPO DE TRABAJO:

DISEÑO ARQUITECTÓNICO

ARQ.

codia 00000

ENC. INGENIERÍA

ING.

codia 00000

ESTRUCTURAL

ING.

codia 00000

ELÉCTRICO

ING.

codia 00000

HIDRO-SANITARIO

ING.

codia 00000

SELLO DE APROBACIÓN

FECHA

CONTENIDO:

SECCIÓN



ESCALA:

1:20

SEPTIEMBRE 2026

NO. PÁGINA:

024

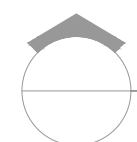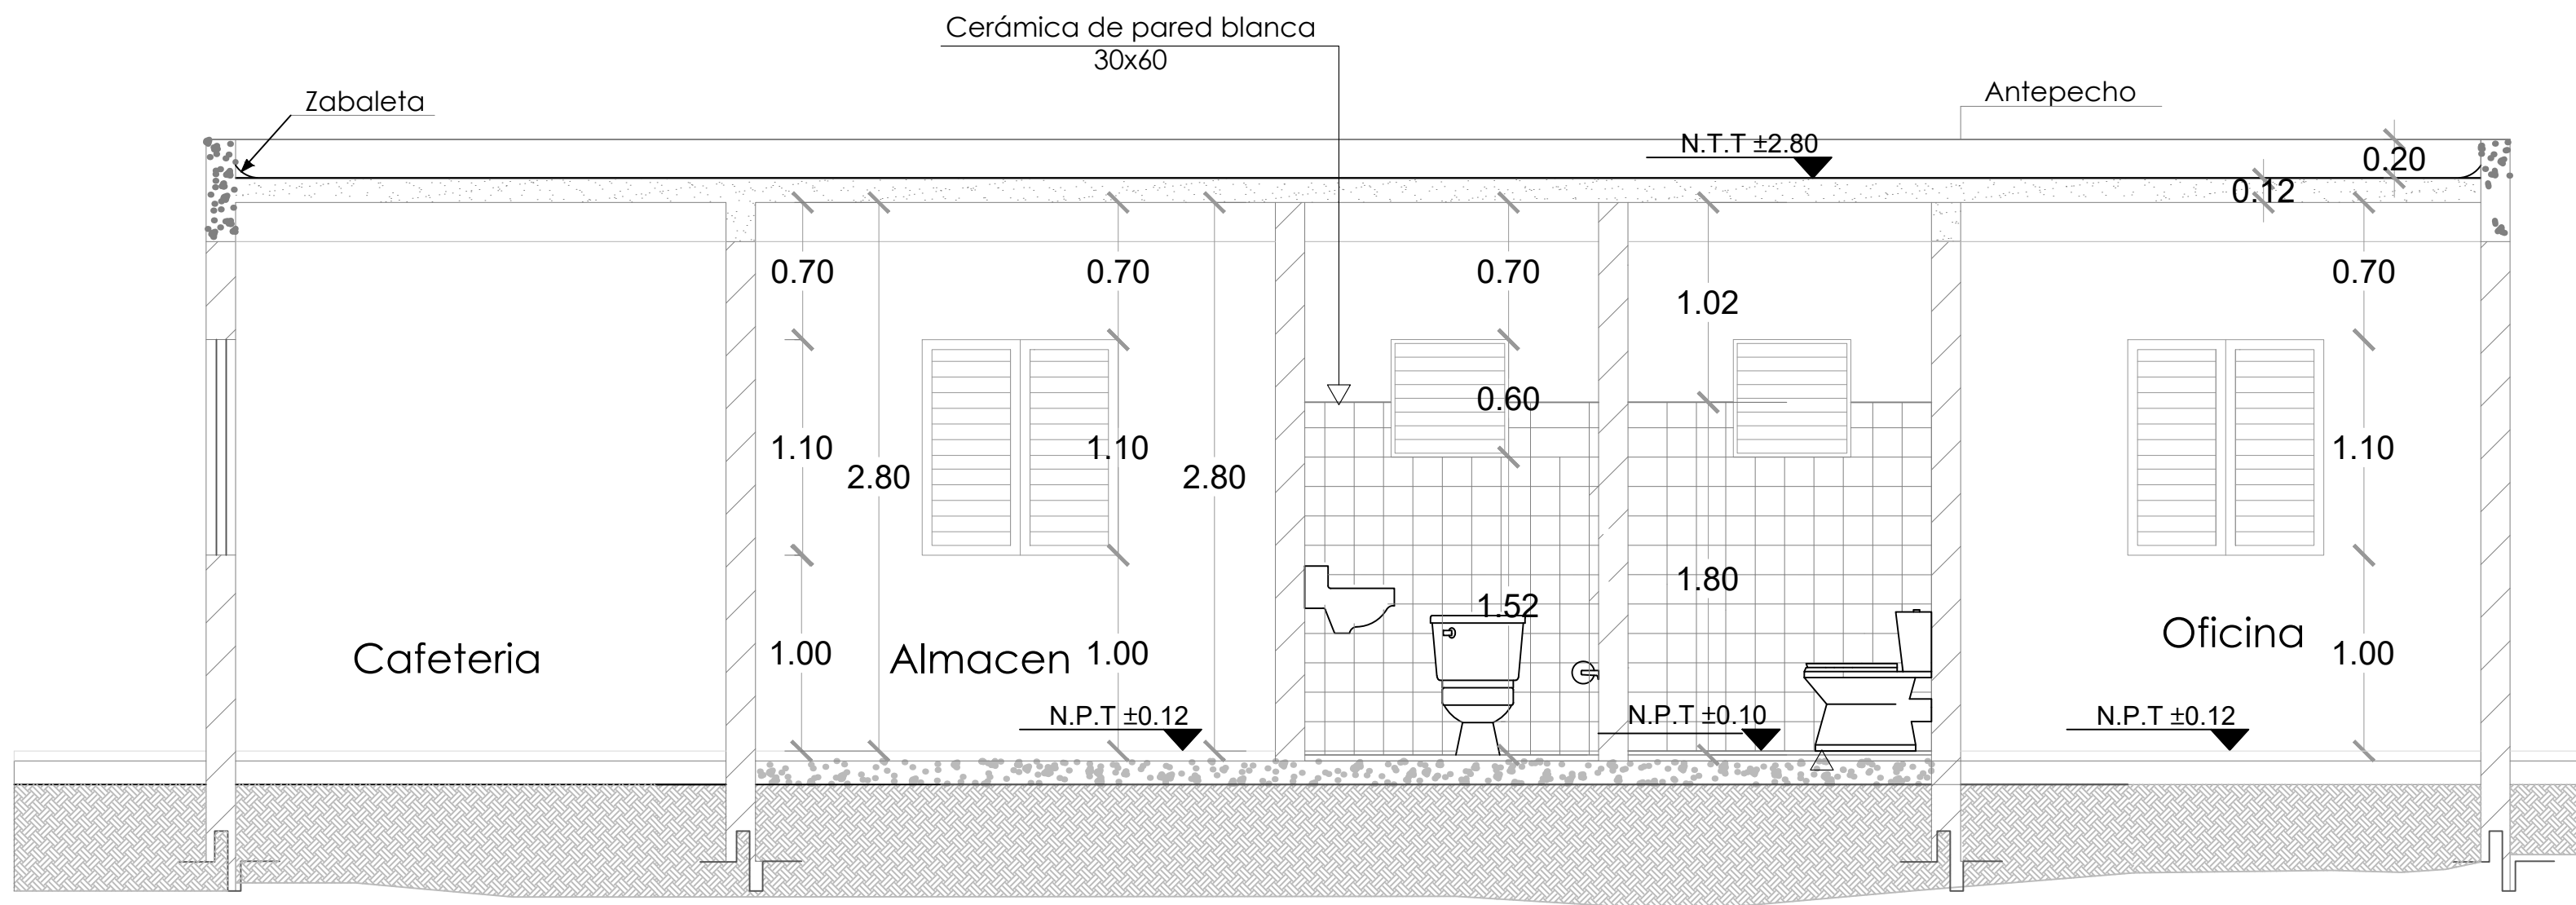

SECCIÓN A-A

ESC. 1:20



Ave. Dr. Delgado, Esq. Moises Garcia,
Gazcue, Sto. Dgo., R.D.
TEL.: (809)-364-2189 | FAX.: (809)- 688-1665
E-Mail: info@cpadp.gob.do

Municipio Cotui, Provincia Sanchez Ramirez,
Republica Dominicana

ING. codia 00000

FECHA


PLANTA DE CIMIENTO

1:30

SEPTIEMBRE 2026



NO. PÁGINA:

025


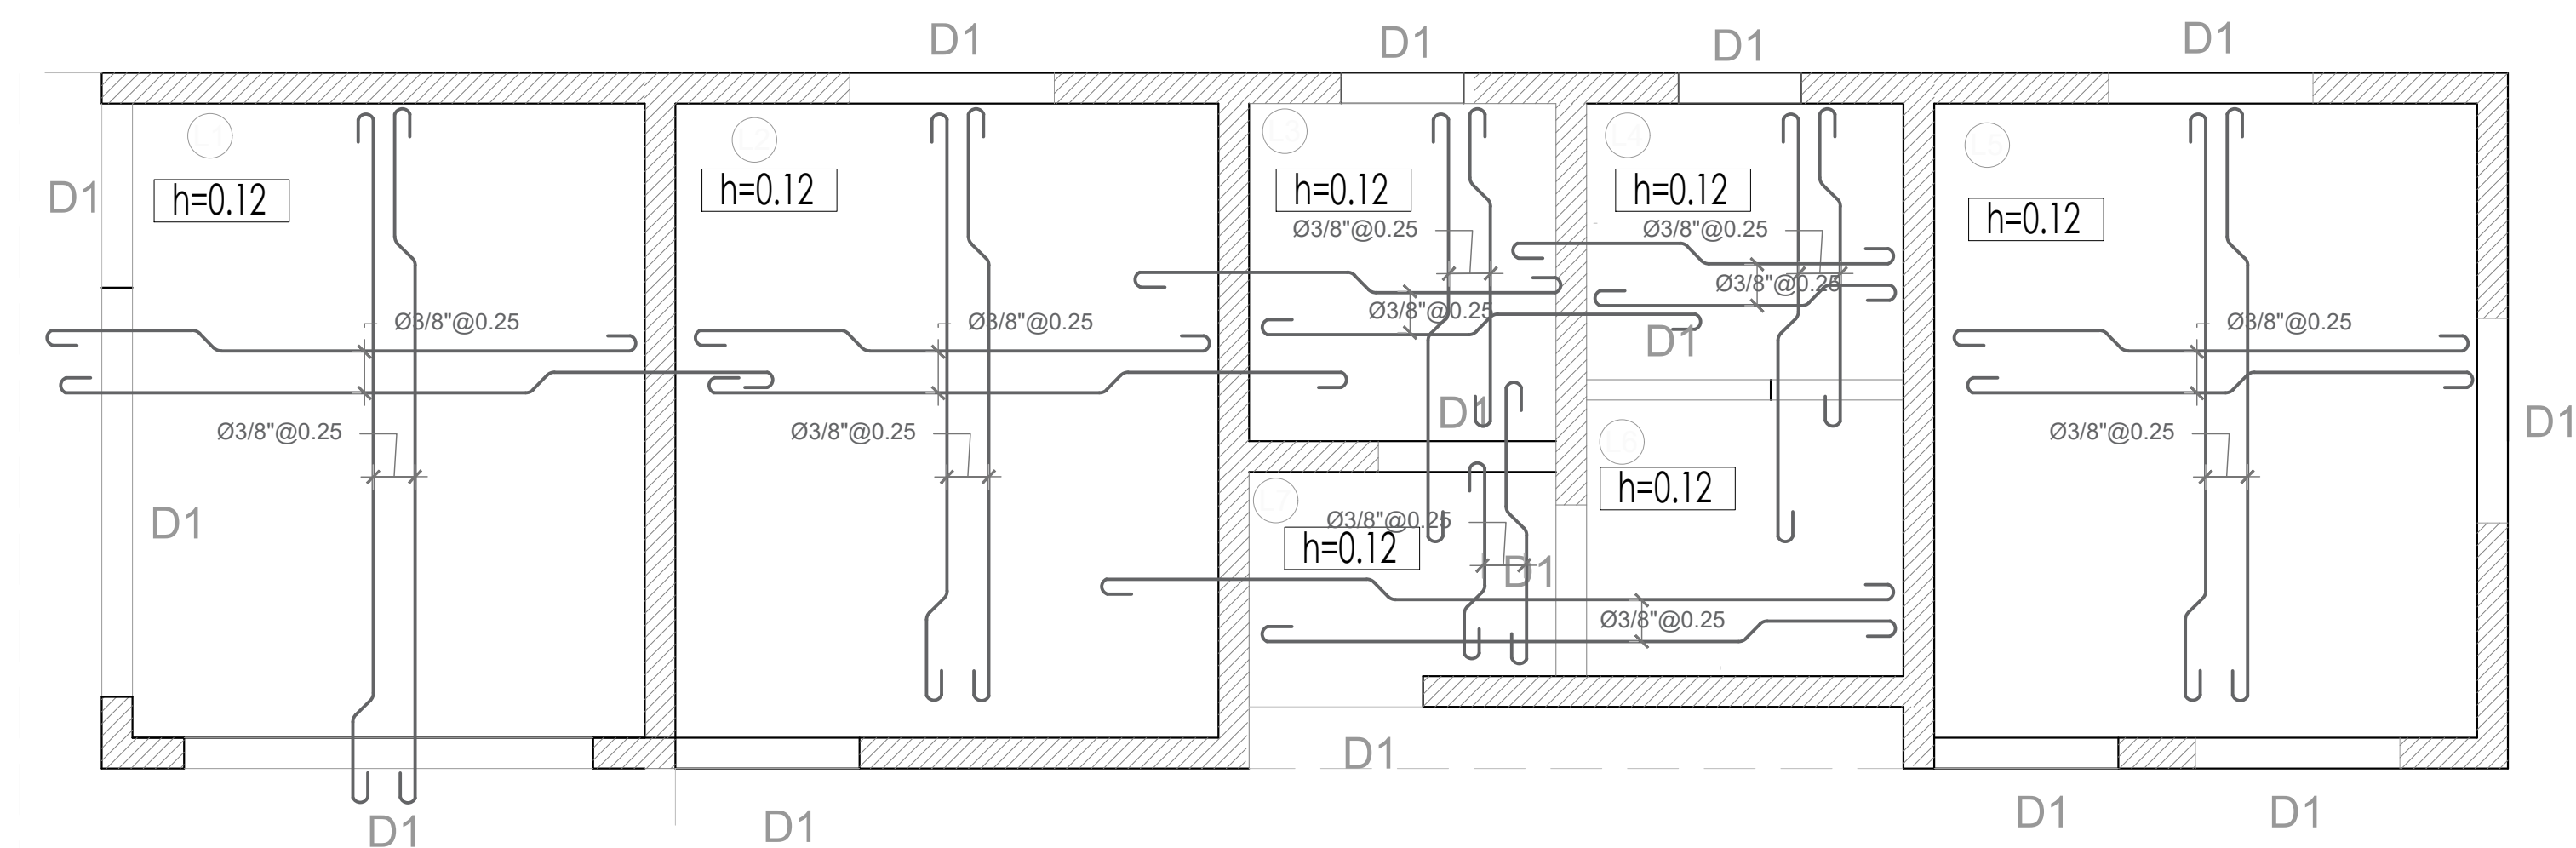


PLANTA DE CIMIENTO

ESC. 1:30

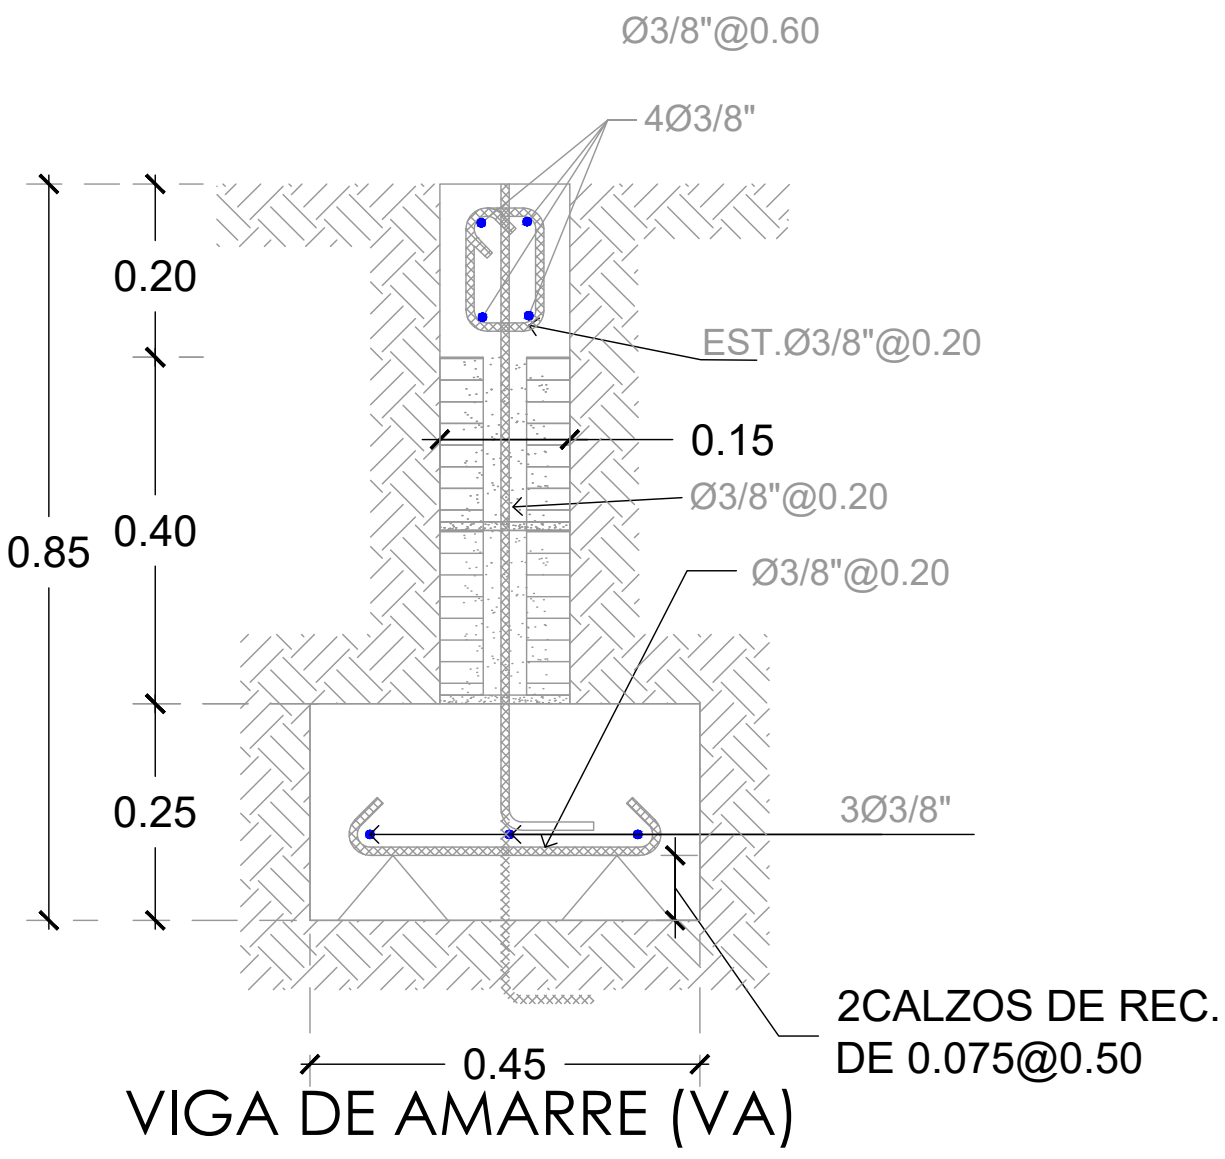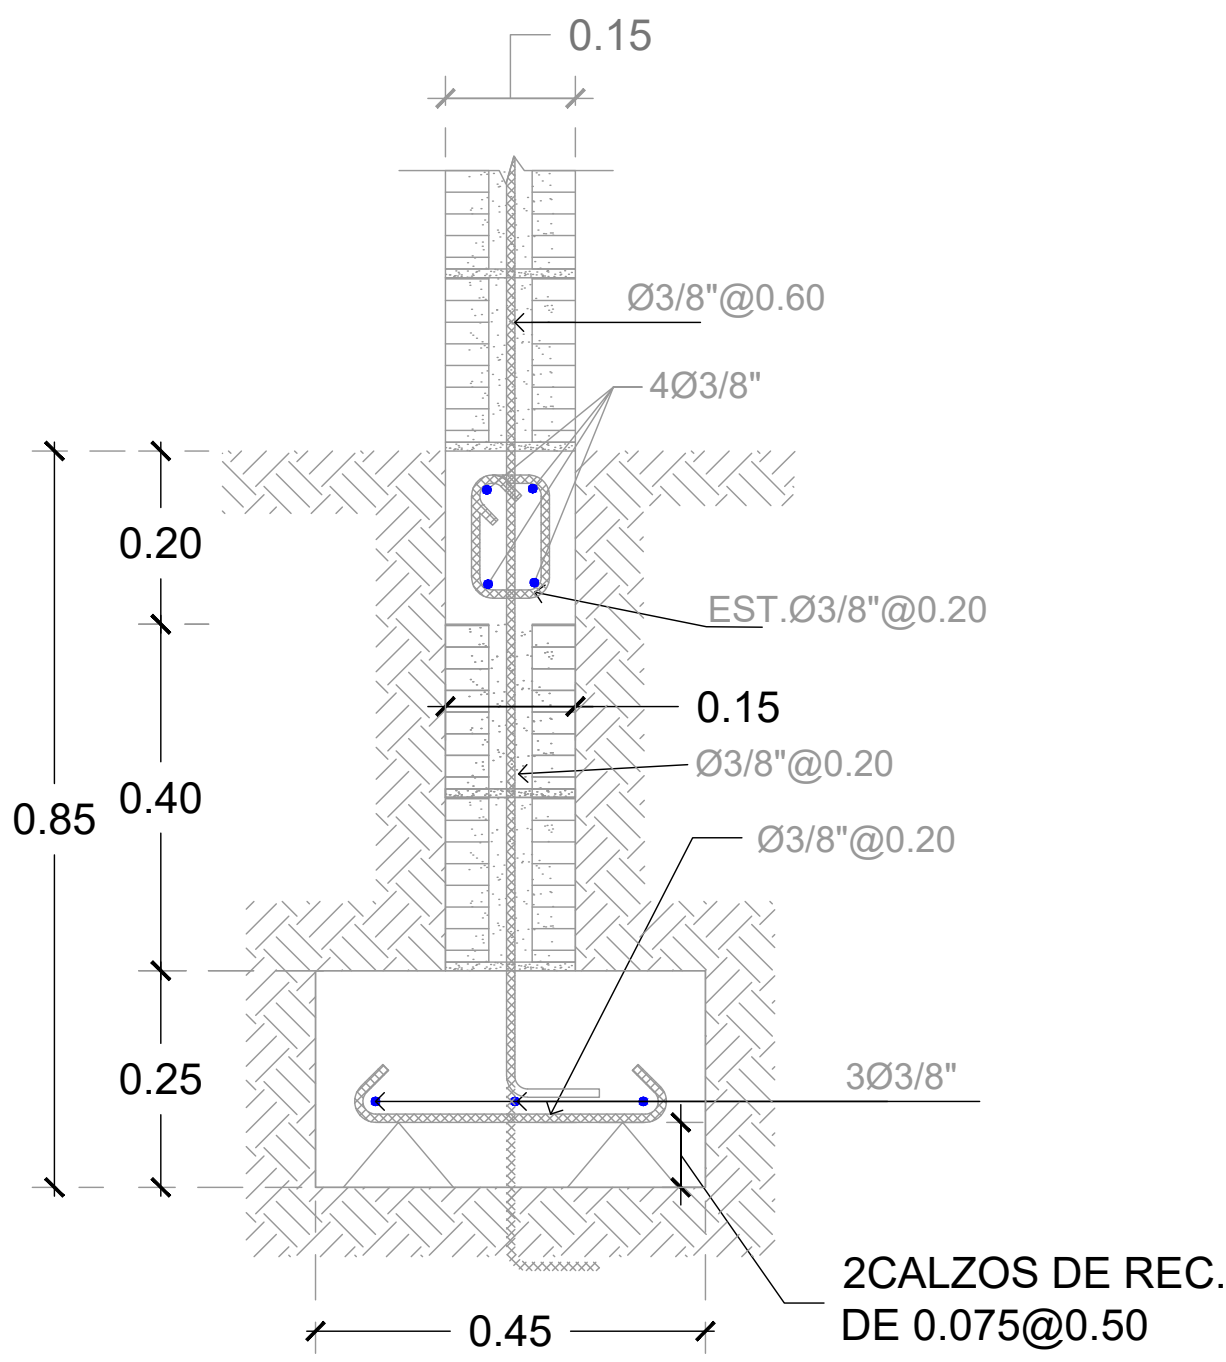

Zapata de Muro de 15"

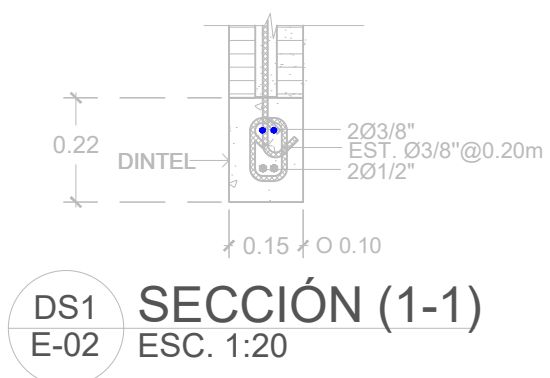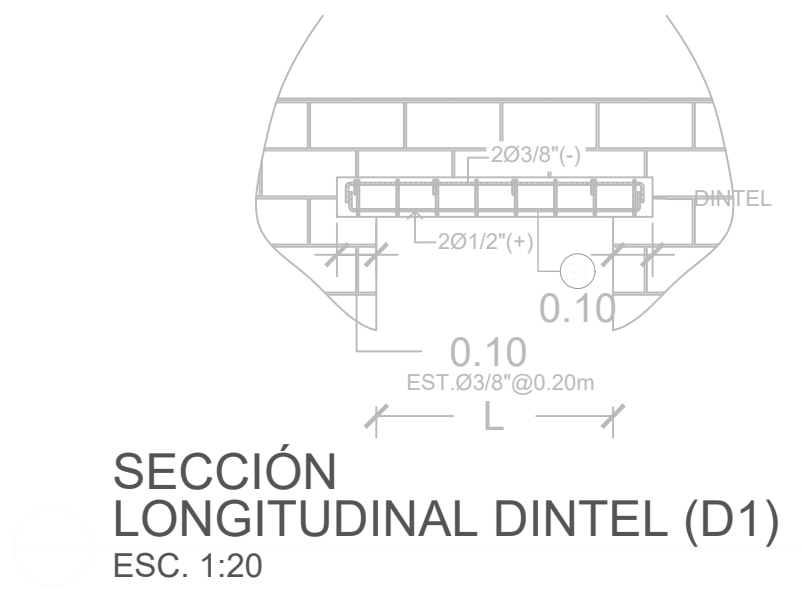

**DIRECCION DE
DESARROLLO PROVINCIAL
(DDP)**


**GOBIERNO DE LA
REPÚBLICA DOMINICANA**

Ave. Dr. Delgado, Esq. Moises Garcia,
Gazcue, Sto. Dgo., R.D.
TEL.: (809)-364-2189 | FAX.: (809)- 688-1665
E-Mail: info@cpadp.gob.do

PROYECTO:

**CONSTRUCCIÓN CLUB DEPORTIVO SABANA
REY LA ESQUINA-TECHADO SIMPLE**

Municipio Cotui, Provincia Sanchez Ramirez,
Republica Dominicana

EQUIPO DE TRABAJO:

DISEÑO ARQUITECTÓNICO
ARQ. _____
codia 00000

ENC. INGENIERÍA
ING. _____
codia 00000

ESTRUCTURAL
ING. _____
codia 00000

ELÉCTRICO
ING. _____
codia 00000

HIDRO-SANITARIO
ING. _____
codia 00000

SELLO DE APROBACIÓN

FECHA _____

CONTENIDO:

DETALLES ESTRUCTURALES



ESCALA:

1:20

SEPTIEMBRE 2026

NO. PÁGINA:

026

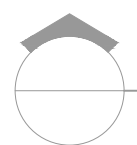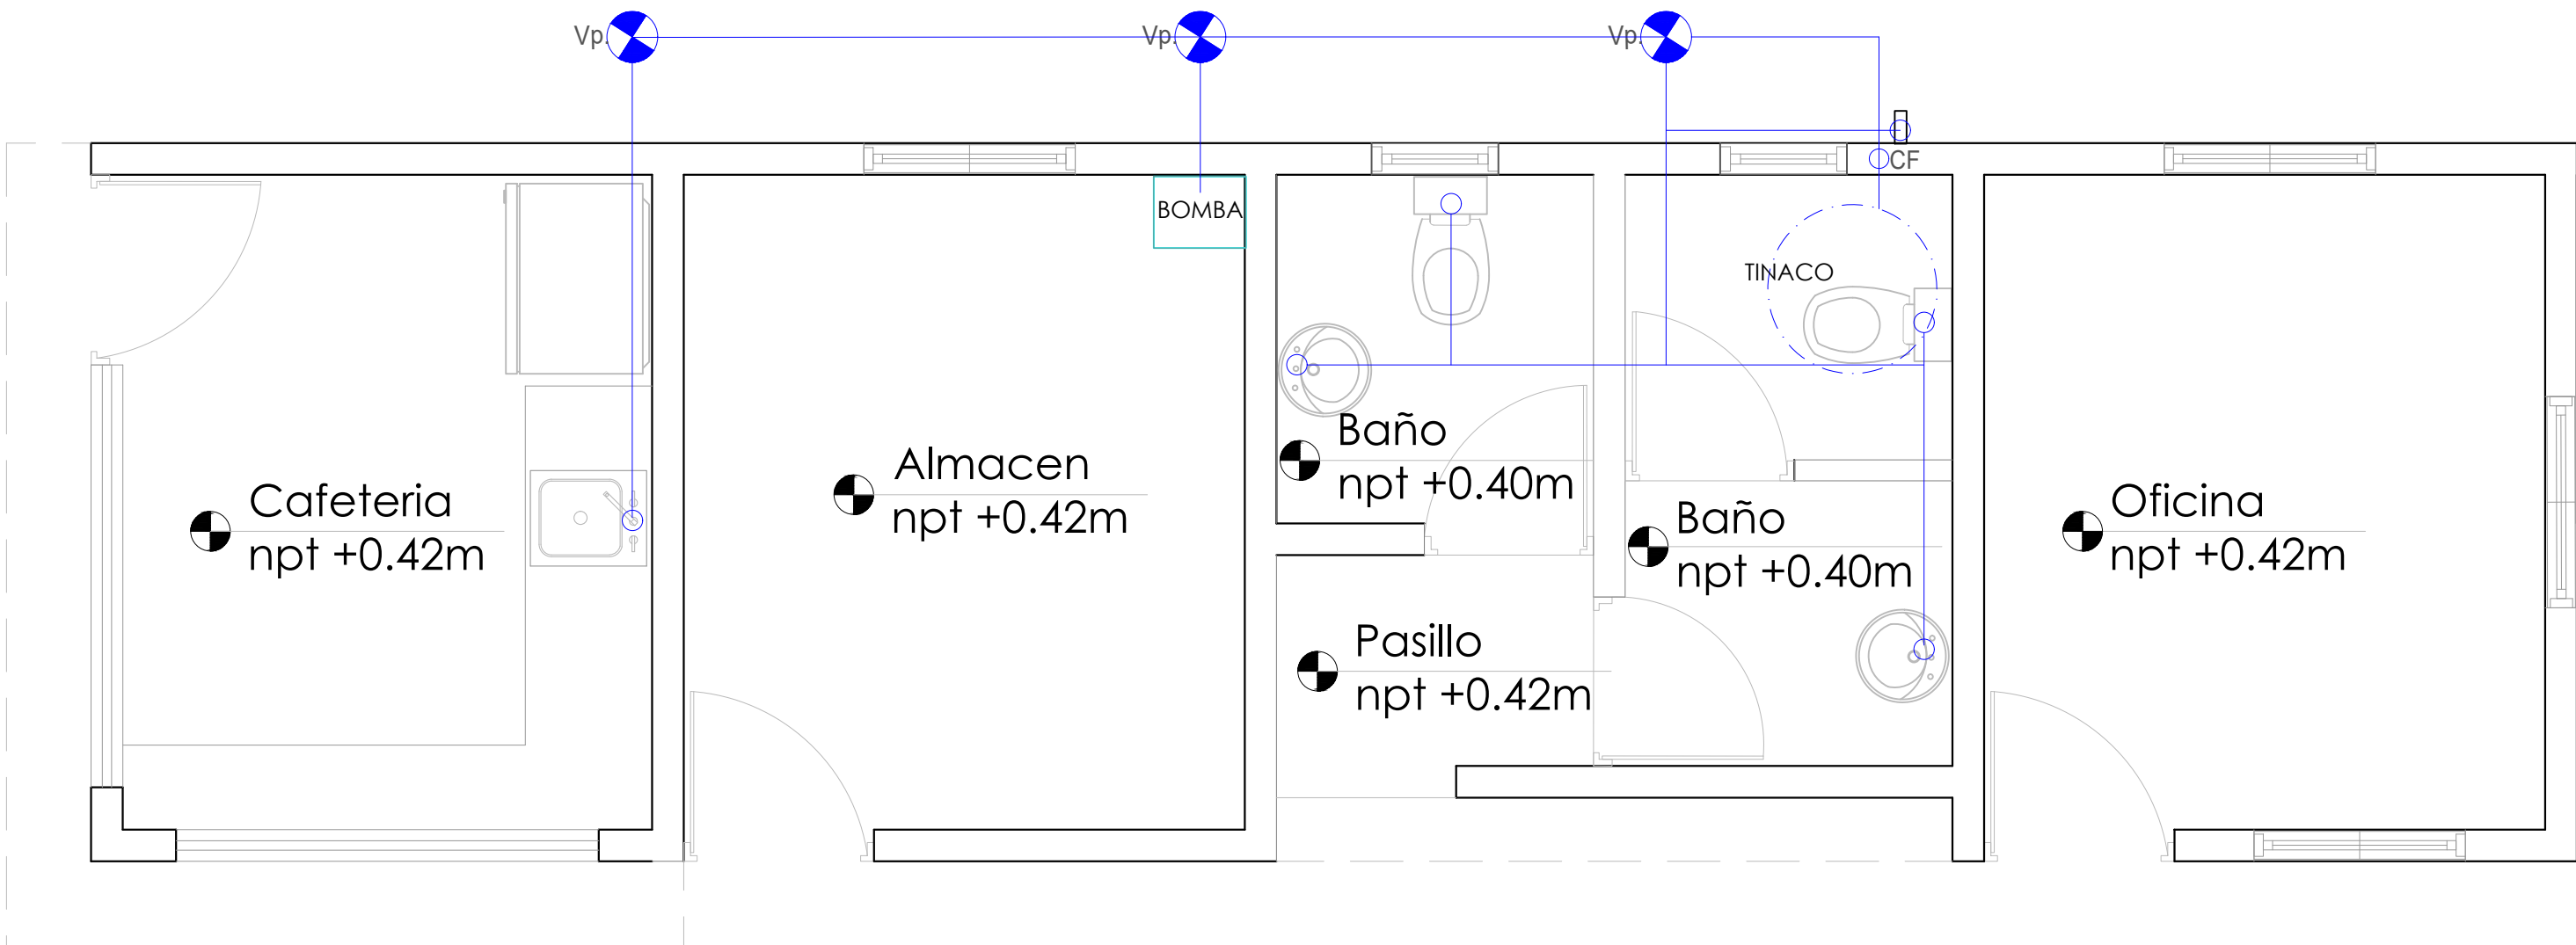

PLANTA INST. SANITARIA DE AGUA POTABLE

ESC. 1:20

LEYENDA SANITARIA		
Io		INODORO
Lo		LAVAMANOS
Fa		FREGADERO
DU		DUCHA
Dp		DESAGUE DE PISO
CL		CALENTADOR ELÉCTRICO
Vp		VALVULA DE PASO
C.I.		CAJA DE INSPECCIÓN
T.G.		TRAMPA DE GRASA
V02"		COLUMNA DE VENTILACIÓN
BD		BAJANTE DE DESCARGA
S.		PENDIENTE EN %
		TUBERIA AGUAS POTABLE FRIA
		TUBERIA AGUAS NEGRAS
CF		COLUMNA DE AGUA FRIA

DIRECCION DE
DESARROLLO PROVINCIAL
(DDP)



Ave. Dr. Delgado, Esq. Moises Garcia,
Gazcue, Sto. Dgo., R.D.
TEL.: (809)-364-2189 | FAX.: (809)- 688-1665
E-Mail: info@cpadp.gob.do

PROYECTO:

**CONSTRUCCIÓN CLUB DEPORTIVO SABANA
REY LA ESQUINA-TECHADO SIMPLE**

Municipio Cotui, Provincia Sanchez Ramirez,
Republica Dominicana

EQUIPO DE TRABAJO:

DISEÑO ARQUITECTÓNICO

ARQ.

codia 00000

ENC. INGENIERÍA

ING.

codia 00000

ESTRUCTURAL

ING.

codia 00000

ELÉCTRICO

ING.

codia 00000

HIDRO-SANITARIO

ING.

codia 00000

SELLO DE APROBACIÓN

FECHA

CONTENIDO:

**PLANTA DE INST. SANITARIA DE
AGUA POTABLE**

ESCALA:

1:20

SEPTIEMBRE 2026

NO. PÁGINA:

027

DIRECCION DE
DESARROLLO PROVINCIAL
(DDP)



Ave. Dr. Delgado, Esq. Moises Garcia,
Gazcue, Sto. Dgo., R.D.
TEL.: (809)-364-2189 | FAX.: (809)- 688-1665
E-Mail: info@cpadp.gob.do

PROYECTO:

**CONSTRUCCIÓN CLUB DEPORTIVO SABANA
REY LA ESQUINA-TECHADO SIMPLE**

Municipio Cotui, Provincia Sanchez Ramirez,
Republica Dominicana

EQUIPO DE TRABAJO:

DISEÑO ARQUITECTÓNICO

ARQ.

codia 00000

ENC. INGENIERÍA

ING.

codia 00000

ESTRUCTURAL

ING.

codia 00000

ELÉCTRICO

ING.

codia 00000

HIDRO-SANITARIO

ING.

codia 00000

SELLO DE APROBACIÓN

FECHA

CONTENIDO:

**PLANTA DE INST. SANITARIAS DE
AGUA RESIDUALES**


ESCALA:

1:50

SEPTIEMBRE 2026


NO. PÁGINA:

028

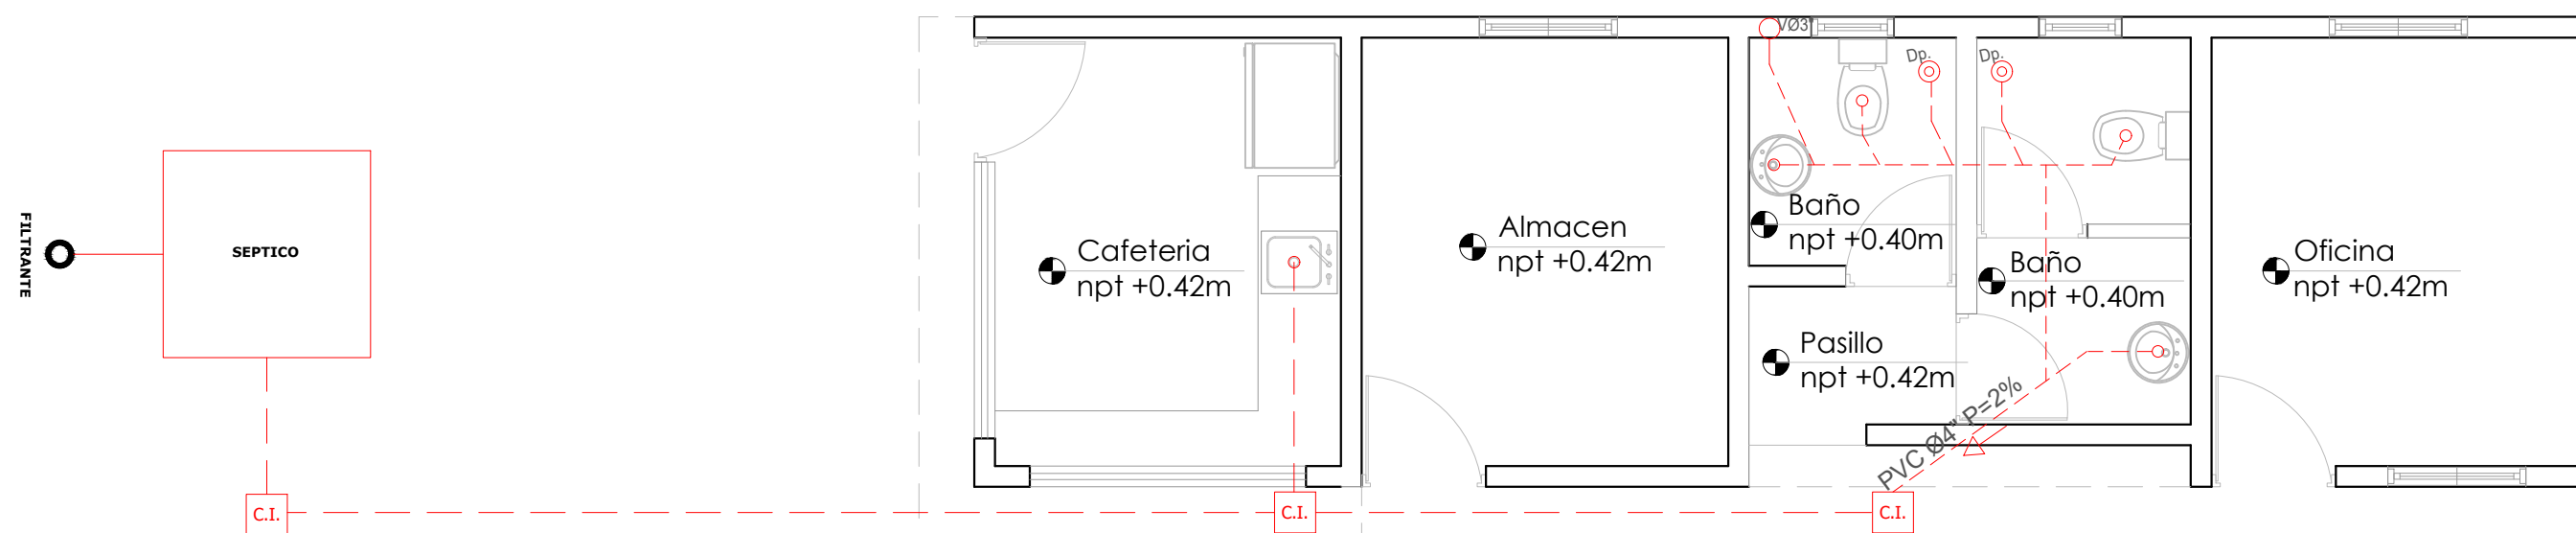


LEYENDA SANITARIA

Io		INODORO
Lo		LAVAMANOS
Fa		FREGADERO
DU		DUCHA
Dp.		DESAGUE DE PISO
CL.		CALENTADOR ELÉCTRICO
Vp.		VALVULA DE PASO
C.I.		CAJA DE INSPECCIÓN
T.G.		TRAMPA DE GRASA
V02"		COLUMNA DE VENTILACIÓN
BD		BAJANTE DE DESCARGA
S.		PENDIENTE EN %
		TUBERIA AGUAS POTABLE FRIA
		TUBERIA AGUAS NEGRAS
CF		COLUMNA DE AGUA FRIA

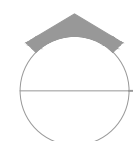


PLANTA DE INST. SANITARIAS DE AGUA RESIDUALES

ESC. 1:50

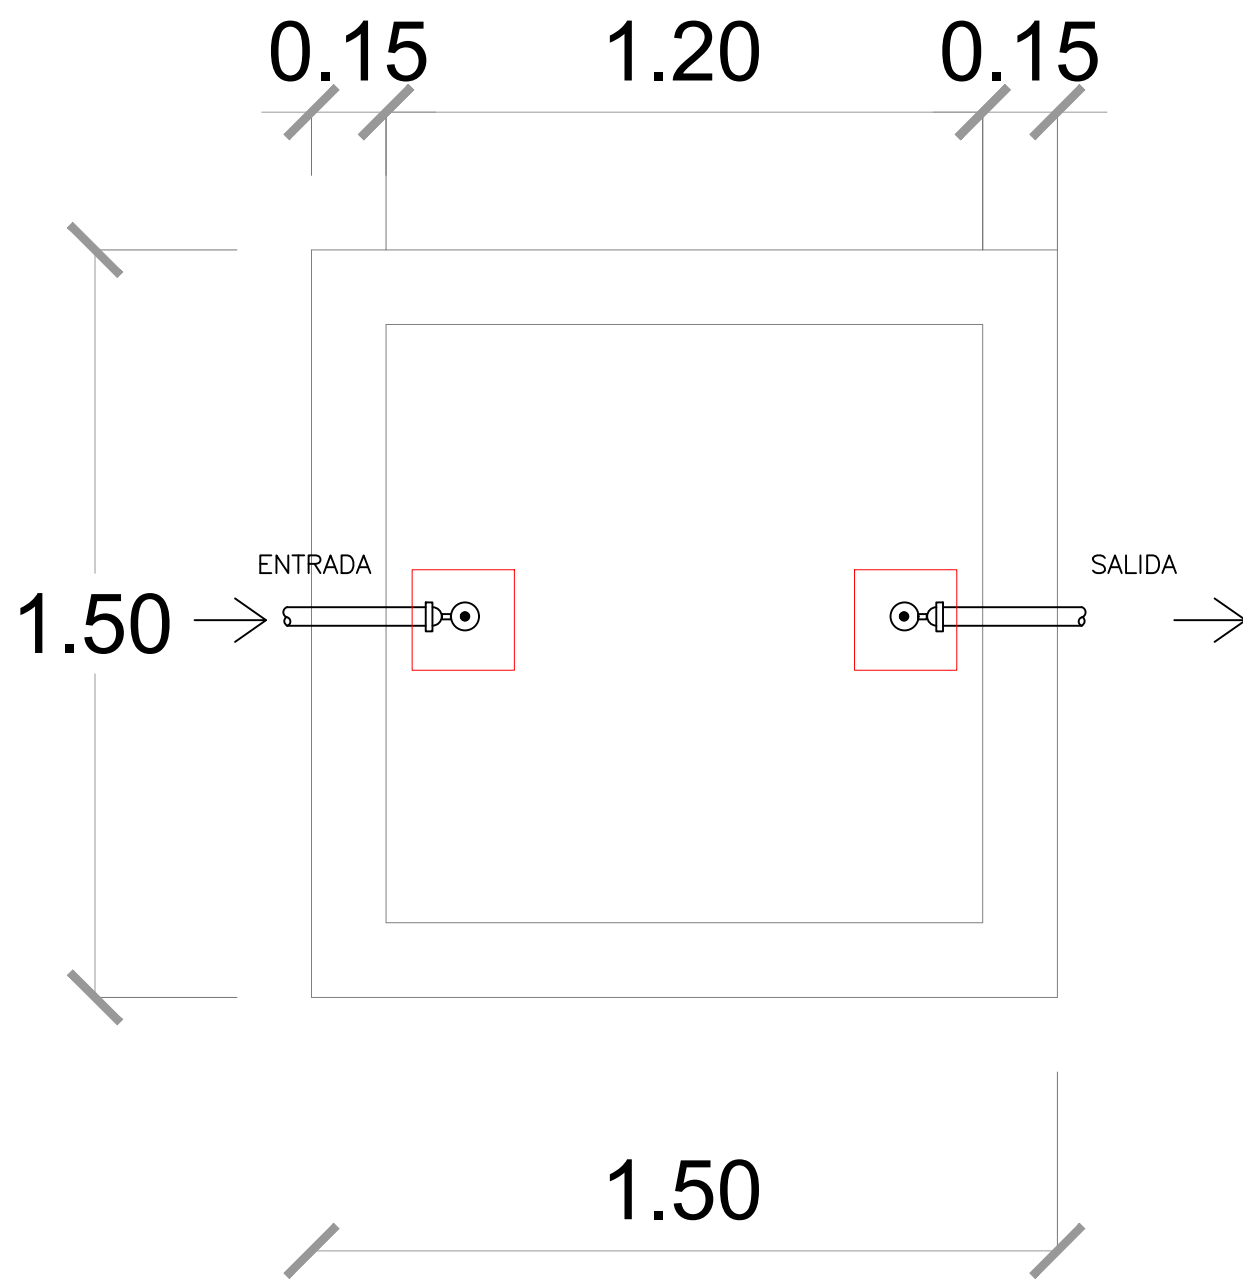

PLANTA DE SEPTICO
ESC. 1:15

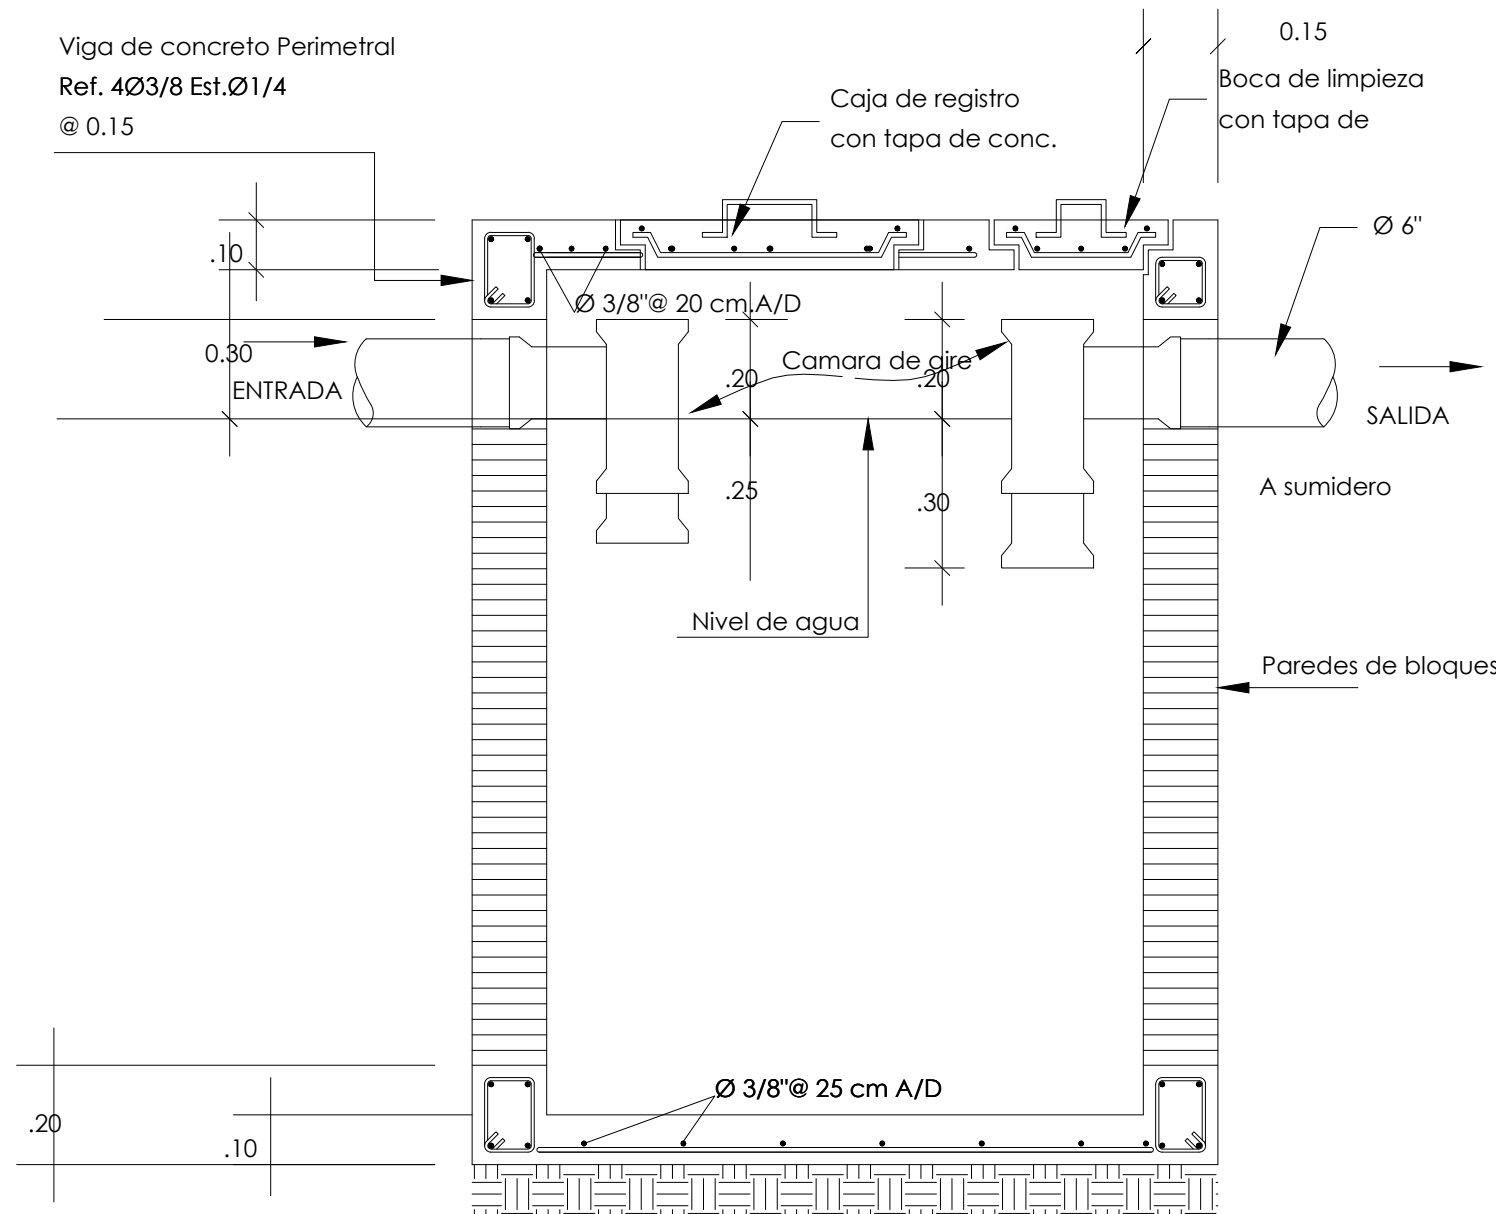

SECCIÓN DE SEPTICO
ESC. 1:15

DIRECCION DE
DESARROLLO PROVINCIAL
(DDP)



Ave. Dr. Delgado, Esq. Moises Garcia,
Gazcue, Sto. Dgo., R.D.
TEL.: (809)-364-2189 | FAX.: (809)-688-1665
E-Mail: info@cpadp.gob.do

PROYECTO:

**CONSTRUCCIÓN CLUB DEPORTIVO SABANA
REY LA ESQUINA-TECHADO SIMPLE**

Municipio Cotui, Provincia Sanchez Ramirez,
Republica Dominicana

EQUIPO DE TRABAJO:

DISEÑO ARQUITECTÓNICO
ARQ.

codia 00000

ENC. INGENIERÍA
ING.

codia 00000

ESTRUCTURAL
ING.

codia 00000

ELÉCTRICO
ING.

codia 00000

HIDRO-SANITARIO
ING.

codia 00000

SELLO DE APROBACIÓN

FECHA

CONTENIDO:

DETALLE SANITARIO

ESCALA:

1:15

SEPTIEMBRE 2026

NO. PÁGINA:

029

DETALLE SANITARIO
ESC. 1:15

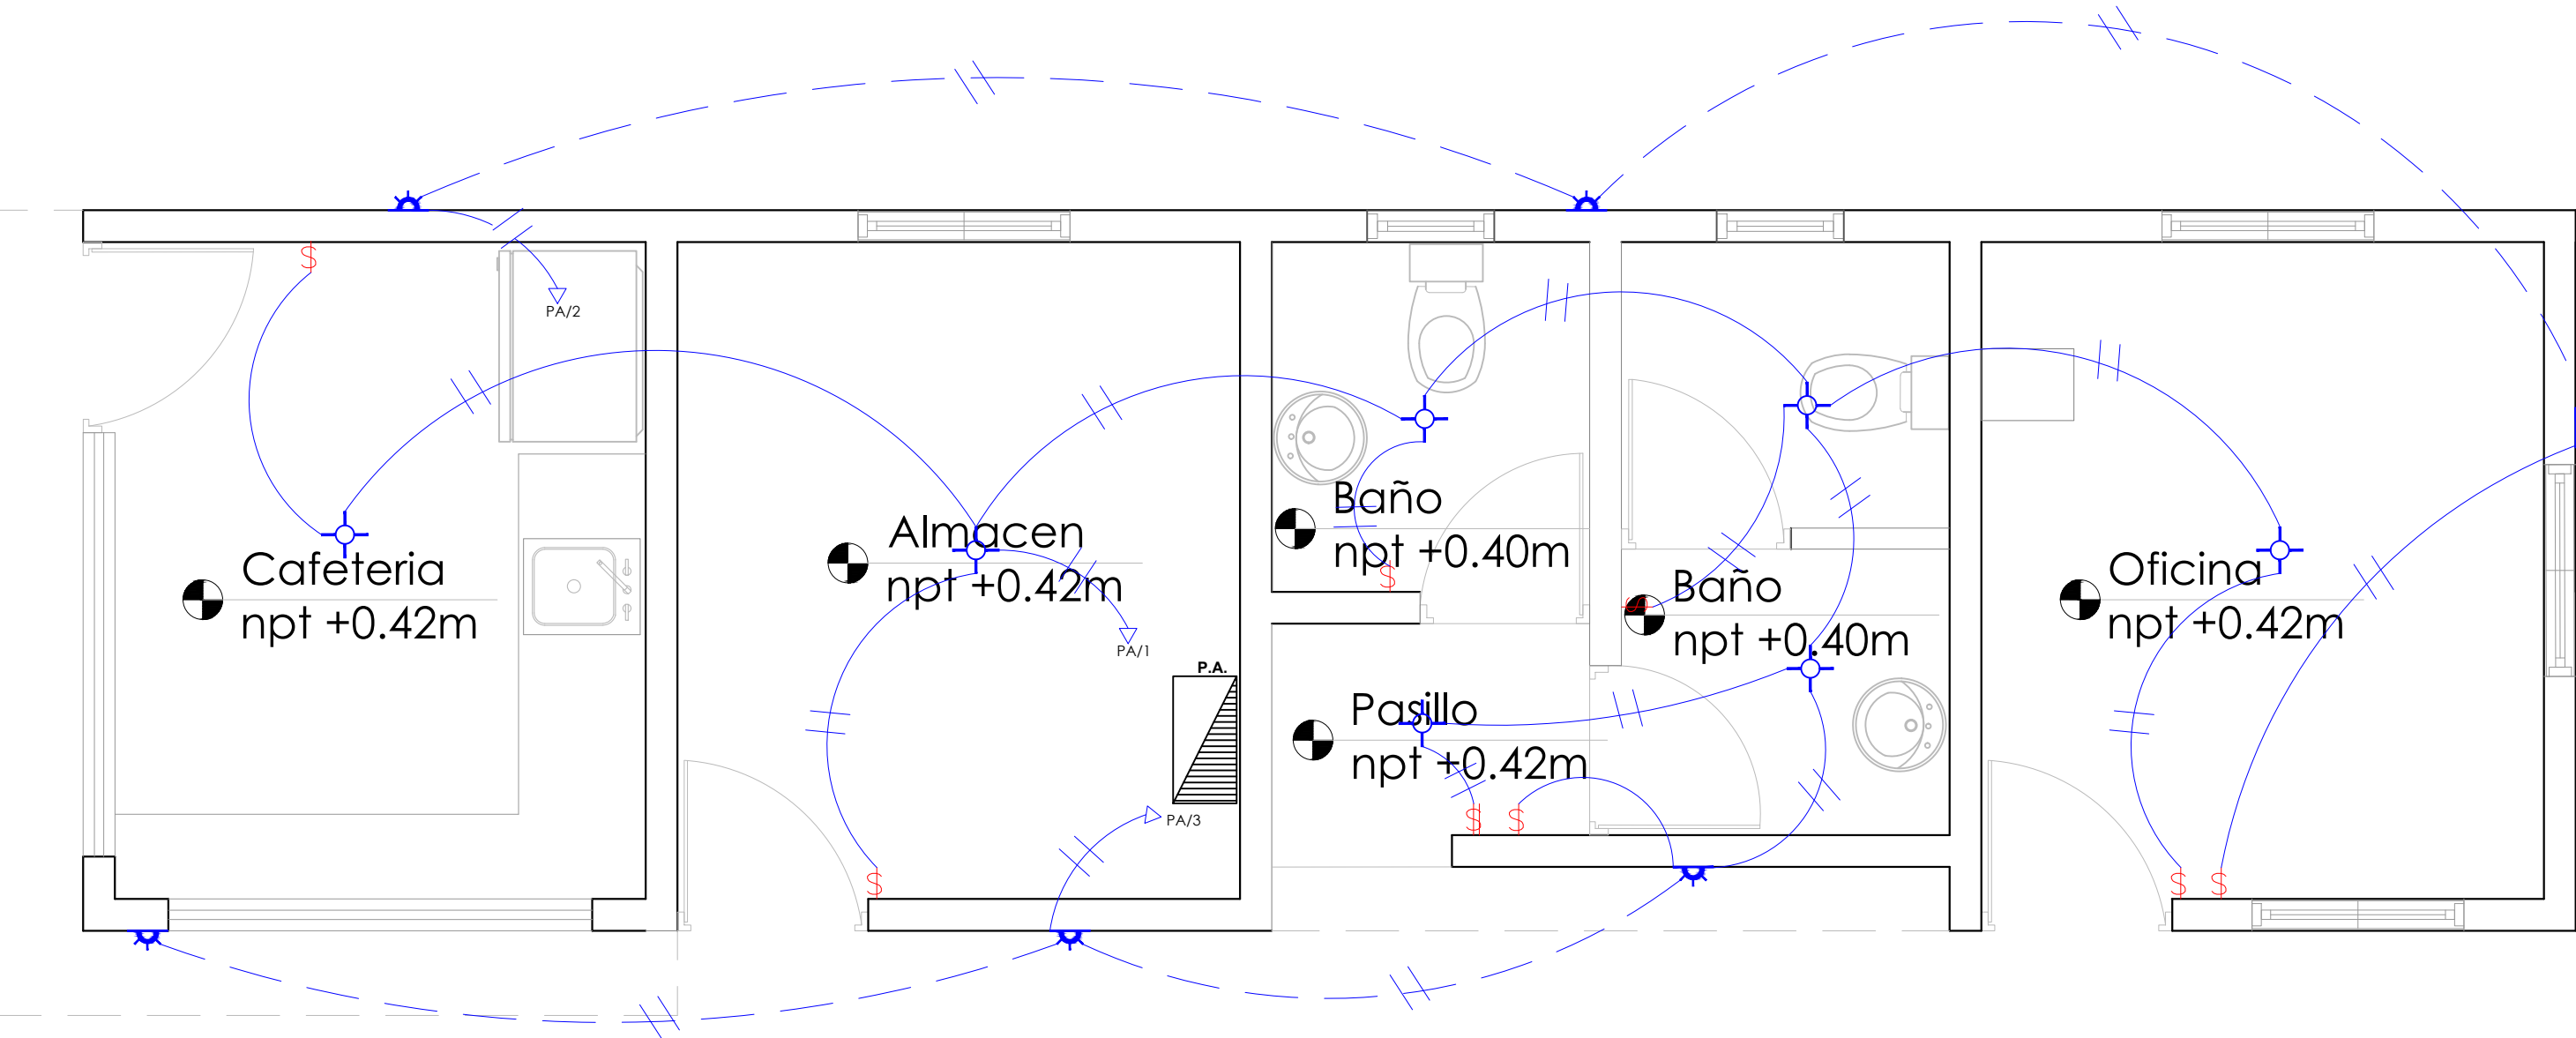


TABLA DE LUCES		
Simbología	Tipo	Cantidad
	Luminaria led superficie circular	7
	Luminaria led de pared	6
		Total: 13

LEYENDA	
SIMBOLOGÍA	NOMBRE
	Luces de Techo
	Luces de Pared
	Interruptores sencillo, 15A, 120V
	Interruptores doble, 15A, 120V
	Interruptores triple, 15A, 120V
	Interruptores 3 Way, 15A, 120V
	Interruptores 4 Way, 15A, 120V
	Interruptores Con luz piloto, 15A, 120V
	Luces en Poste
	Toma Corriente 120V, Doble, 20A
	Toma Corriente 240V, Sencillo, 30A
	Toma Corriente 120 de UPS, Doble, 20A
	Teléfono
	Antena de Televisión
	Data
	Hacia el Panel con 2 hilos
	Hacia el Panel con 3 hilos
	Tubería Empotrada en Losa
	Tubería Empotrada en Tierra
	Panel de Distribución Eléctrica
	Panel Board
	Breaker
	Registro
	Medidor o contador
	Transformador
	Abanico de Techo
	Equipos Eléctricos
	Transfer Switch
	Módulo de Contador
	Enclosed Breaker
	Tubería Empotrada con 3 hilos
	Inversor, UPS

DIRECCION DE
DESARROLLO PROVINCIAL
(DDP)



Ave. Dr. Delgado, Esq. Moises Garcia,
Gazcue, Sto. Dgo., R.D.
TEL.: (809)-364-2189 | FAX.: (809)- 688-1665
E-Mail: info@cpadp.gob.do

PROYECTO:

CONSTRUCCIÓN CLUB DEPORTIVO SABANA
REY LA ESQUINA-TECHADO SIMPLE

Municipio Cotui, Provincia Sanchez Ramirez,
Republica Dominicana

EQUIPO DE TRABAJO:

DISEÑO ARQUITECTÓNICO

ARQ.

codia 00000

ENC. INGENIERÍA

ING.

codia 00000

ESTRUCTURAL

ING.

codia 00000

ELÉCTRICO

ING.

codia 00000

HIDRO-SANITARIO

ING.

codia 00000

SELLO DE APROBACIÓN

FECHA

CONTENIDO:

PLANTA INST. ELÉCTRICA DE
LUMINARIAS


ESCALA:

1:30

SEPTIEMBRE 2026

NO. PÁGINA:

030

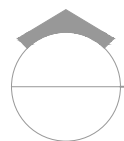

PLANTA INST. ELÉCTRICA DE LUMINARIAS

ESC. 1:30

DIRECCION DE
DESARROLLO PROVINCIAL
(DDP)



Ave. Dr. Delgado, Esq. Moises Garcia,
Gazcue, Sto. Dgo., R.D.
TEL.: (809)-364-2189 | FAX.: (809)- 688-1665
E-Mail: info@cpadp.gob.do

PROYECTO:

**CONSTRUCCIÓN CLUB DEPORTIVO SABANA
REY LA ESQUINA-TECHADO SIMPLE**

Municipio Cotui, Provincia Sanchez Ramirez,
Republica Dominicana

EQUIPO DE TRABAJO:

DISEÑO ARQUITECTÓNICO

ARQ.

codia 00000

ENC. INGENIERÍA

ING.

codia 00000

ESTRUCTURAL

ING.

codia 00000

ELÉCTRICO

ING.

codia 00000

HIDRO-SANITARIO

ING.

codia 00000

SELLO DE APROBACIÓN

FECHA

CONTENIDO:

**PLANTA INST. ELÉCTRICA DE
TOMACORRIENTE**

ESCALA:

1:30

SEPTIEMBRE 2026

NO. PÁGINA:

031


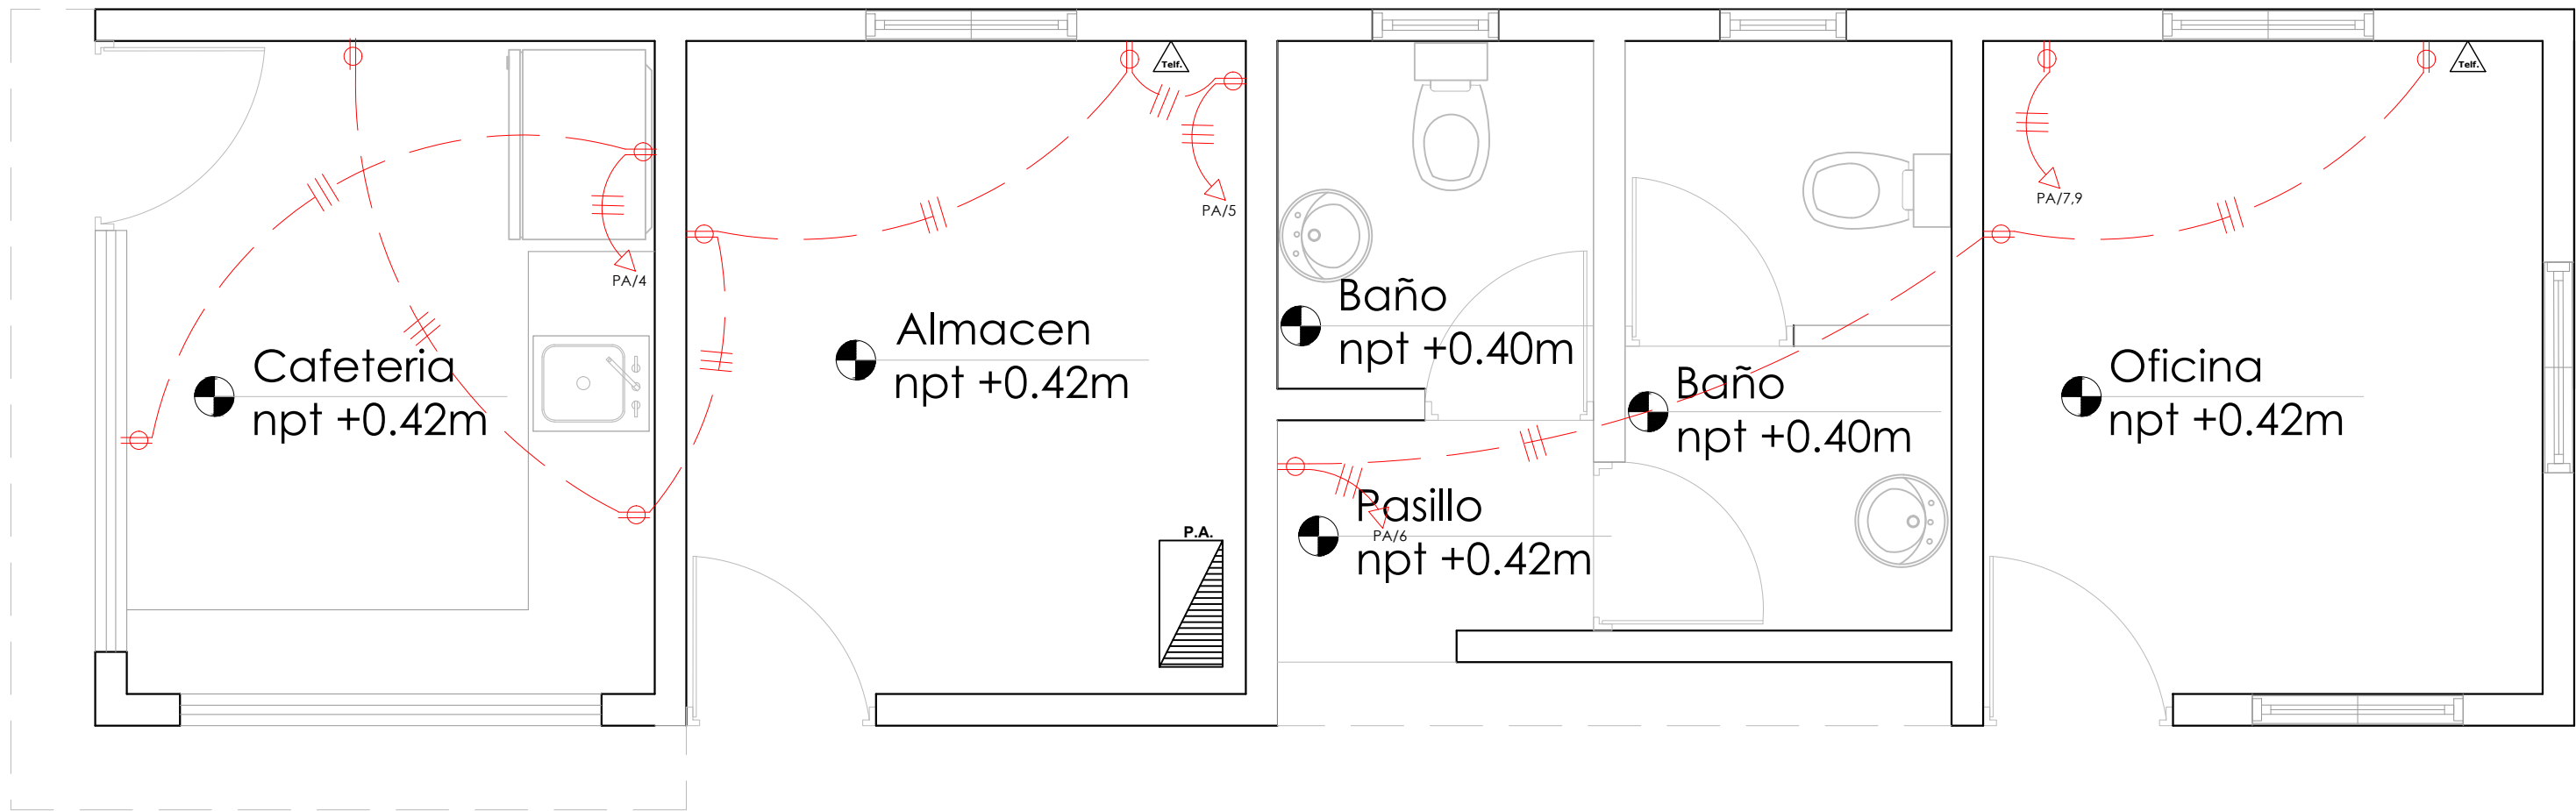


TABLA DE SALIDA		
Simbología	DESCRIPCION	Cantidad
	Tomacorriente	11
	Salida de teléfono	2
		Total: 13

LEYENDA	
SIMBOLOGÍA	NOMBRE
	Luces de Techo
	Luces Ojo de Buey LED 3W 72 x 72 x 23 mm
	Luces Ojo de Buey Empotrable LED 12W 172 x 172 x 25 mm
	Lampara Fluorescente 2x2
	Lampara Fluorescente 2x4
	Luces de Pared
	Luces de Piso
	Interruptores sencillo, 15A, 120V
	Interruptores doble, 15A, 120V
	Interruptores triple, 15A, 120V
	Interruptores 3 Way, 15A, 120V
	Interruptores 4 Way, 15A, 120V
	Interruptores Con luz piloto, 15A, 120V
	Luces en Poste
	Luces en Poste Mediano
	Toma Corriente 120V, Doble, 20A
	Toma Corriente 240V, Sencillo, 30A
	Toma Corriente 120 de UPS, Doble, 20A
	Teléfono
	Antena de Televisión
	Data
	Hacia el Panel con 2 hilos
	Hacia el Panel con 3 hilos
	Tubería Empotrada en Losa
	Tubería Empotrada en Tierra
	Panel de Distribución Eléctrica
	Panel Board
	Breaker
	Registro
	Medidor o contador
	Transformador
	Abanico de Techo
	Equipos Eléctricos
	Transfer Switch
	Módulo de Contador
	Enclosed Breaker
	Tubería Empotrada con 3 hilos
	Inversor, UPS

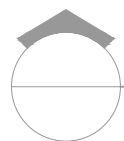

PLANTA INST. ELÉCTRICAS DE TOMACORRIENTE

ESC. 1:30

PANEL: PA

LUGAR: CE

FASE: 2

4 CONDUCTORES

SIMILAR: GE CAT: THQC24420

INTERRUPTOR PRINCIPAL

100 AMP THQL TIPO

ESPACIOS: 24

TENSIÓN: 120/240 VAC

BARRAS: AMP

BREAKERS

TIPO: THQP

KVA	DESCRIPCIÓN	DUCT.	CAL	BKR	NO.	A	B	NO.	BKR	CAL	DUCT.	DESCRIPCIÓN	KVA
0.70	ILUMINACIÓN	1/2"	12	20	1			2	20	12	1/2"	ILUMINACION	0.30
0.30	"	1/2"	12	20	3			4	20	12	1/2"	T.C 120 V	0.30
0.75	T.C. 120 V	1/2"	12	20	5			6	20	12	1/2"	T.C 120 V	0.45
1.50	T.C. 240 V	3/4"	10	30	7			8	20	12	1/2"	LUCES DE POSTE	0.90
1.50	↓ ↓	3/4"	10	30	9			10	30	10	3/4"	LUCES DE CANCHA	1.50
1.50	LUCES DE CANCHA	3/4"	10	30	11			12	30	10	3/4"	↓ ↓	1.50
1.50	↓ ↓	3/4"	10	30	13			14	20	10	3/4"	LUCES DE POSTE	0.90
					15			16					
					17			18					
					19			20					
					21			22					
					23			24					

CARGA CONECTADA: 13.60 KVA

ILUMINACIÓN: 9.10 KVA

TOMACORRIENTE: 4.50 KVA

OTROS: - KVA

FASE A: 7.60 KVA

FASE B: 6.00 KVA

DEMANDA MAXIMA: 13.60 KVA

CARGA DE DISEÑO: 10.88 KVA

CORRIENTE DE DISEÑO: 45.33 AMP

FACTOR DE DEMANDA: 80 %

CARGA RESERVA: 2.72 KVA

NEUTRO: 45.33


ALIMENTADOR:

2 THW CAL. NO. 6

1 THW CAL. NO. 8

1 THW CAL. NO. 8

DUCTO DIAM: 1 " TIPO: PVC

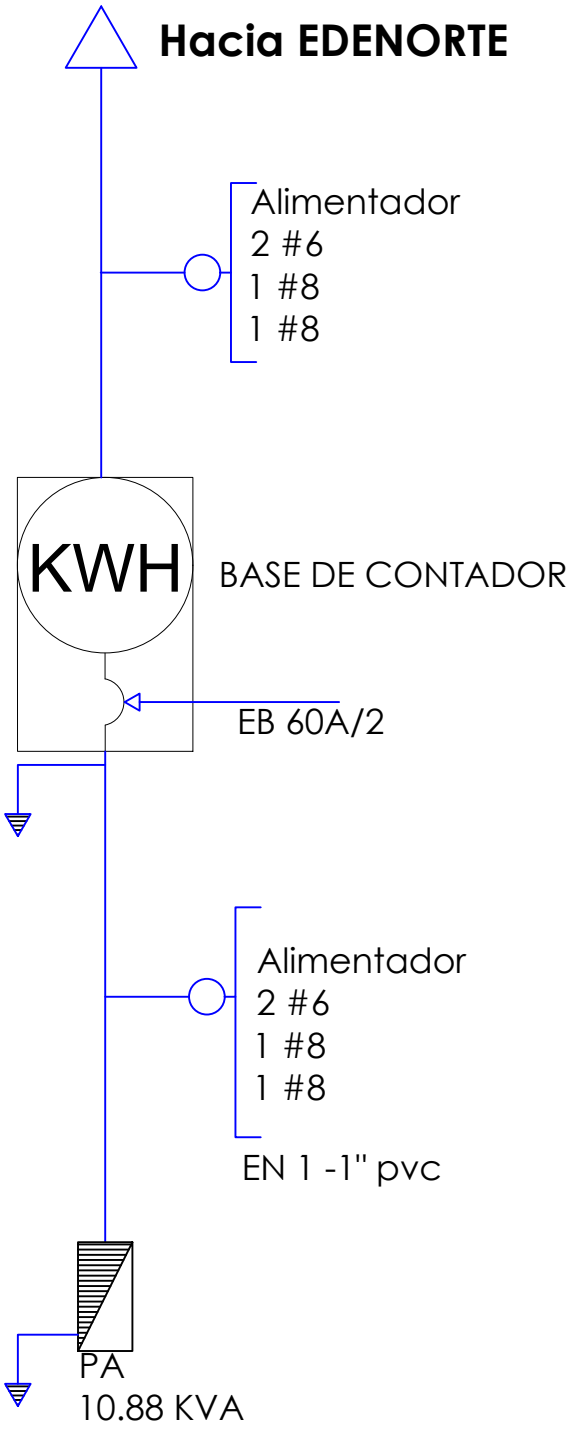

DIRECCION DE DESARROLLO PROVINCIAL (DDP)



Gobierno de la República Dominicana

Ave. Dr. Delgado, Esq. Moises Garcia, Gazcue, Sto. Dgo., R.D.
TEL.: (809)-364-2189 | FAX.: (809)- 688-1665
E-Mail: info@cpadp.gob.do

PROYECTO:

CONSTRUCCIÓN CLUB DEPORTIVO SABANA REY LA ESQUINA-TECHADO SIMPLE

Municipio Cotui, Provincia Sanchez Ramirez, Republica Dominicana

EQUIPO DE TRABAJO:

DISEÑO ARQUITECTÓNICO

ARQ. codia 00000

ENC. INGENIERÍA

ING. codia 00000

ESTRUCTURAL

ING. codia 00000

ELÉCTRICO

ING. codia 00000

HIDRO-SANITARIO

ING. codia 00000

SELLO DE APROBACIÓN

FECHA

CONTENIDO:

DETALLE ELÉCTRICO

ESCALA:

1:15

SEPTIEMBRE 2026

NO. PÁGINA:

032



DIRECCION DE
DESARROLLO PROVINCIAL
(DDP)

Ave. Dr. Delgado, Esq. Moises García,
Gazcue, Sto. Dgo., R.D.
TEL.: (809)-364-2189 | FAX.: (809)- 688-1665
E-Mail: info@cpadp.gob.do

PROYECTO:

CONSTRUCCIÓN CLUB DEPORTIVO SABANA
REY LA ESQUINA-TECHADO SIMPLE

Municipio Cotui, Provincia Sanchez Ramirez,
Republica Dominicana

EQUIPO DE TRABAJO:

DISEÑO ARQUITECTÓNICO
ARQ.

ARQ. codia 00000 _____

ENC. INGENIERÍA

ING. codia 00000 _____

ESTRUCTURAL

ING. codia 00000

ELÉCTRICO

ING. codia 00000 _____

HIDRO-SANITARIO

ING. codia 00000

SELO DE APROBACIÓN:

FECHA: _____

CONTENIDO:


ESCALA:

1:500


SEPTIEMBRE 2026

NO. PÁGINA:

033

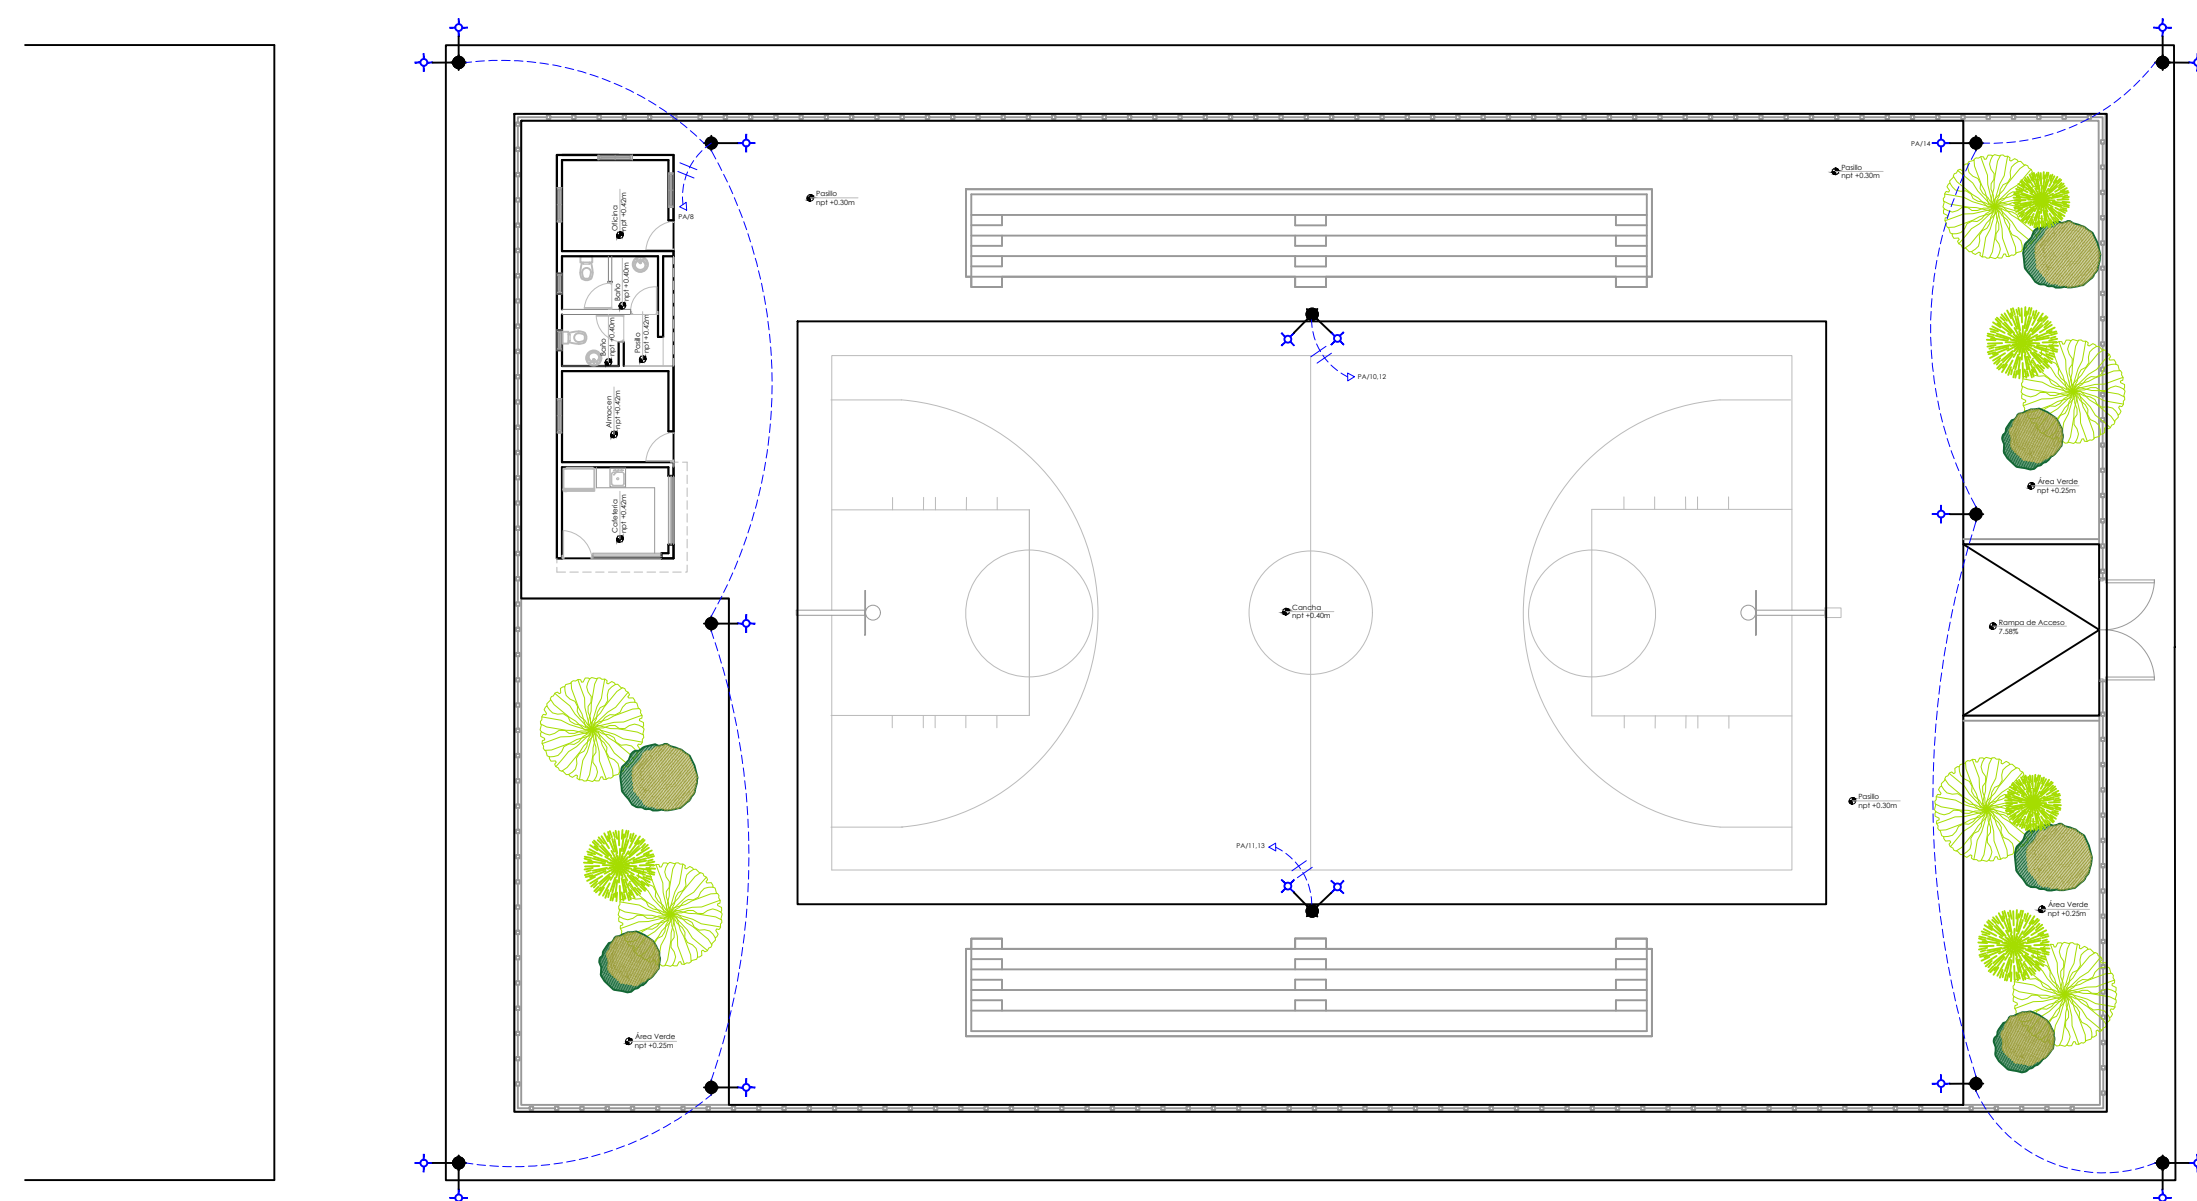


LEYENDA	
SIMBOLOGÍA	NOMBRE
	Luces de Techo
	Luces de Pared
	Interruptores sencillo, 15A, 120V
	Interruptores doble, 15A, 120V
	Interruptores triple, 15A, 120V
	Interruptores 3 Way, 15A, 120V
	Interruptores 4 Way, 15A, 120V
	Interruptores Con luz piloto, 15A, 120V
	Luces en Poste
	Toma Corriente 120V, Doble, 20A
	Toma Corriente 240V, Sencillo, 30A
	Toma Corriente 120 de UPS, Doble, 20A
	Teléfono
	Antena de Televisión
	Data
	Hacia el Panel con 2 hilos
	Hacia el Panel con 3 hilos
	Tubería Empotrada en Losa
	Tubería Empotrada en Tierra
	Panel de Distribución Eléctrica
	Panel board
	Breaker
	Registro
	Medidor o contador
	Transformador
	Abarico de Techo
	Equipos Eléctricos
	Transfer Switch
	Módulo de Contador
	Enclosed Breaker
	Tubería Empotrada con 3 hilos
	Inversor, UPS

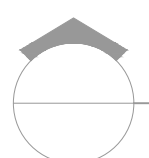

PLANTA DE ELECTRICA CONJUNTO

ESC. 1:500

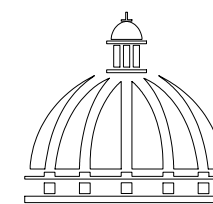

GOBIERNO DE LA
REPÚBLICA DOMINICANA

DIRECCION DE
DESARROLLO PROVINCIAL
(DDP)

Ave. Dr. Delgado, Esq. Moises García,
Gazcue, Sto. Dgo., R.D.
TEL.: (809)-364-2189 | FAX.: (809)- 688-1665
E-Mail: info@cpadp.gob.do

PROYECTO:

CONSTRUCCIÓN CLUB DEPORTIVO SABANA
REY LA ESQUINA-TECHADO SIMPLE

Municipio Cotui, Provincia Sanchez Ramirez,
Republica Dominicana

EQUIPO DE TRABAJO:

DISEÑO ARQUITECTÓNICO
ARQ.

codia 00000

ENC. INGENIERÍA
ING.

codia 00000

ESTRUCTURAL
ING.

codia 00000

ELÉCTRICO
ING.

codia 00000

HIDRO-SANITARIO
ING.

codia 00000

SELLO DE APROBACIÓN:

FECHA:

CONTENIDO:



ESCALA:

1:500

SEPTIEMBRE 2026


NO. PÁGINA:

034

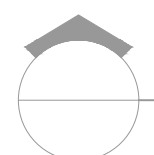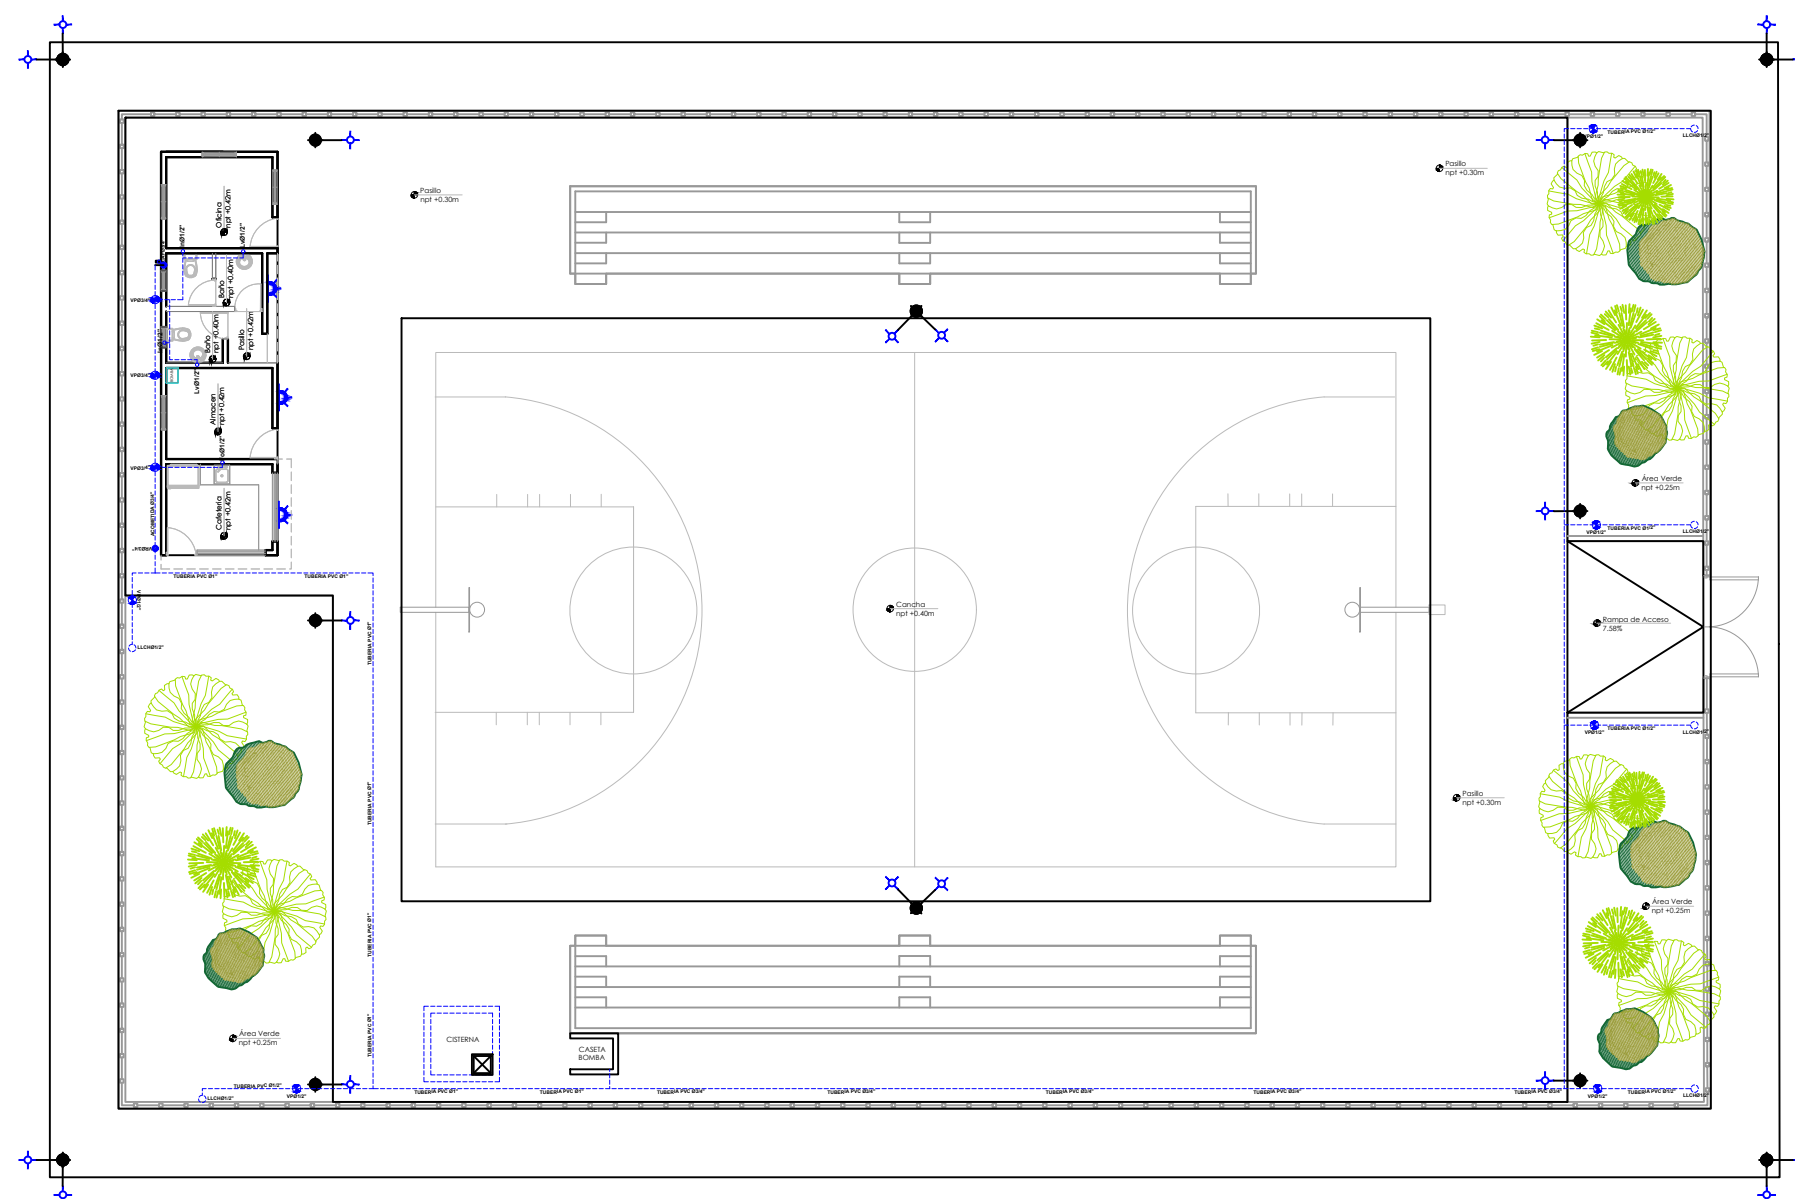

PLANTA SANITARIA CONJUNTO

ESC. 1:500

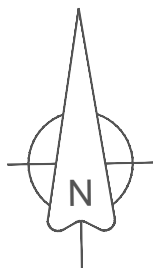

PROYECTO:
**CONSTRUCCIÓN CLUB DEPORTIVO SABANA
REY LA ESQUINA-TECHADO SIMPLE**

Municipio Cotui, Provincia Sanchez Ramirez,
Republica Dominicana

EQUIPO DE TRABAJO:

DISEÑO ARQUITECTÓNICO ARQ.	codia 00000
ENC. INGENIERÍA ING.	codia 00000
ESTRUCTURAL ING.	codia 00000
ELÉCTRICO ING.	codia 00000
HIDRO-SANITARIO ING.	codia 00000

SELLO DE APROBACIÓN:



FECHA: _____

CONTENIDO:

ESCALA:
1:500

SEPTIEMBRE 2026


NO. PÁGINA:
035

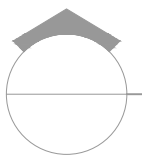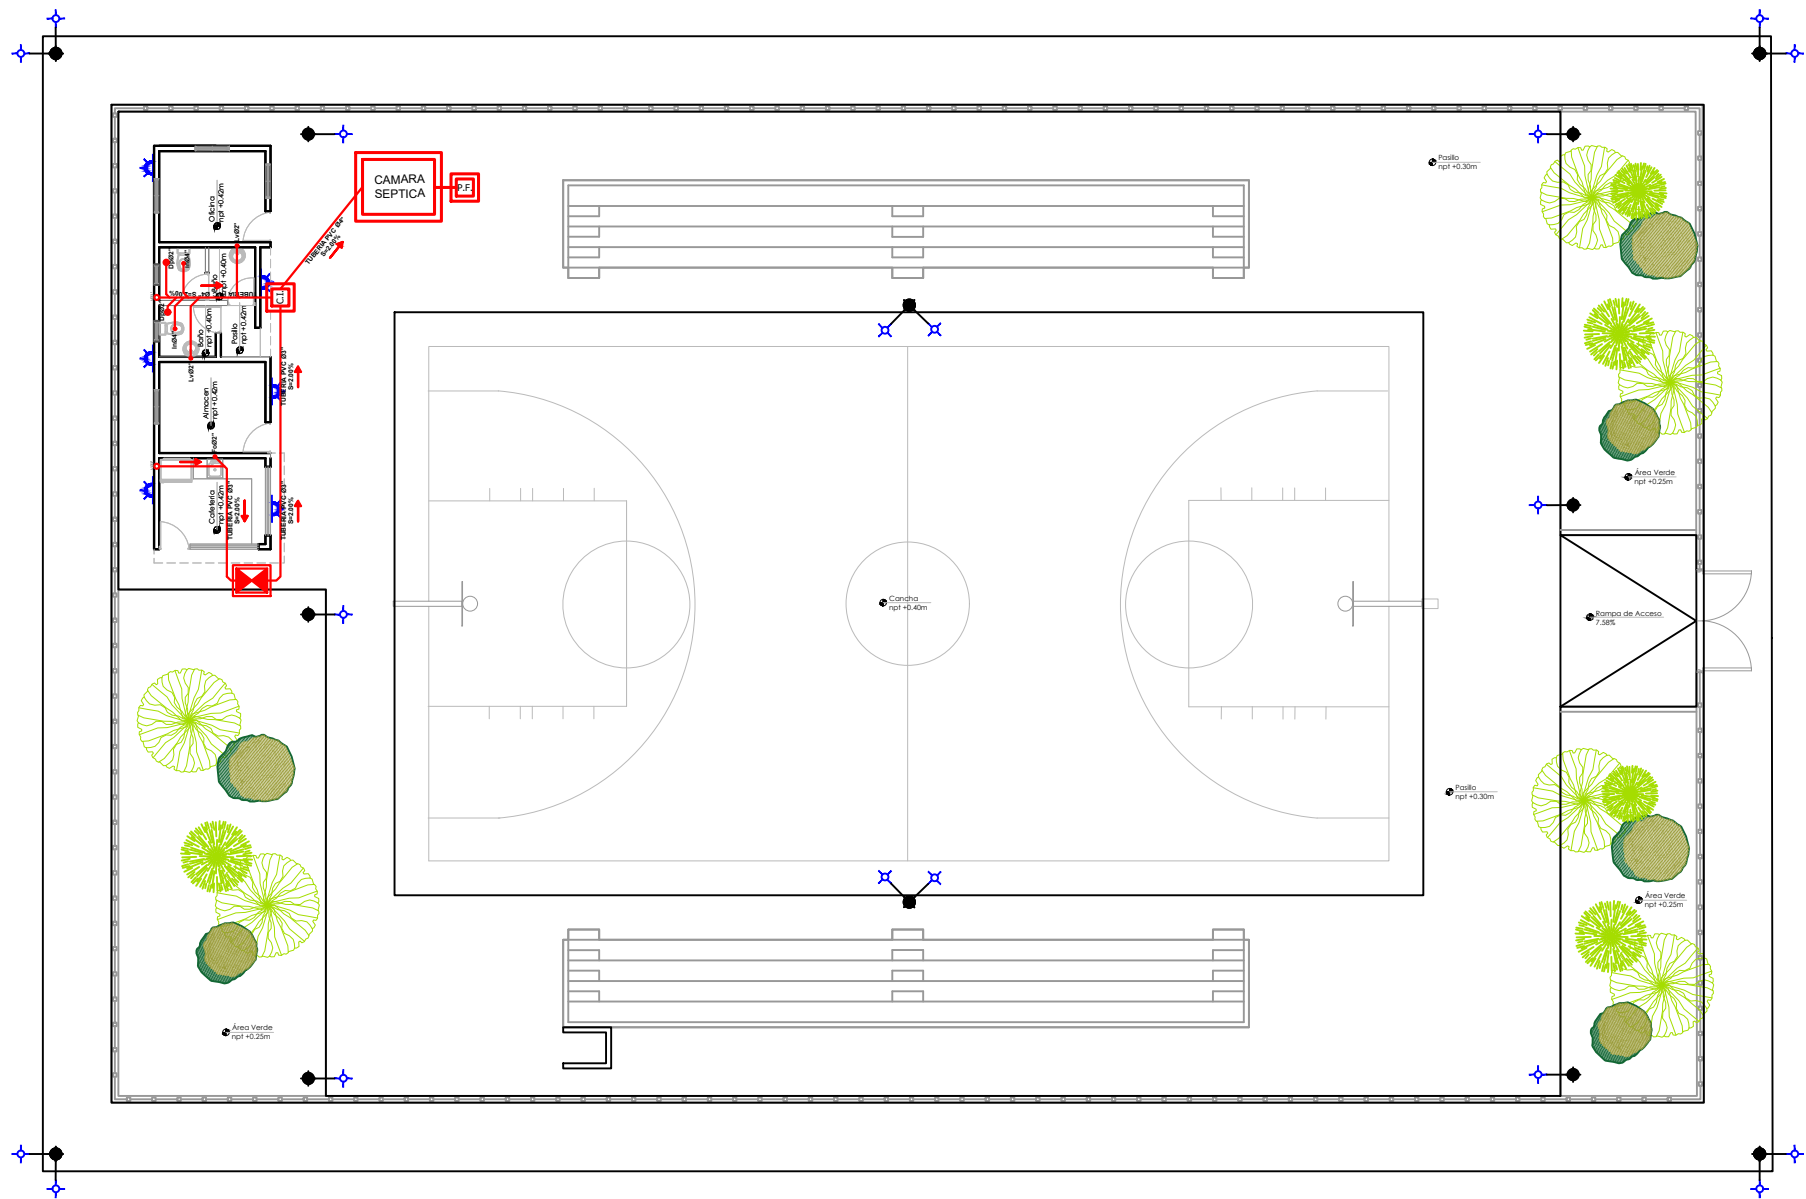

PLANTA SANITARIA CONJUNTO

ESC. 1:500

Este diagrama ilustra la instalación de un tubo de drenaje en un sótano. Se muestra un tubo horizontal que penetra a través de un muro. Las etiquetas incluyen: 'Antepecho' (la parte superior del muro), 'Muro' (la estructura vertical), 'Canaleta' (el canal de drenaje en la parte superior del tubo), 'Tubo 3" penetra el muro' (el tubo principal), 'Inclinación 45°' (la pendiente del tubo hacia la salida), y 'Bajante de 3"' (la vertical de drenaje que sale del sótano).

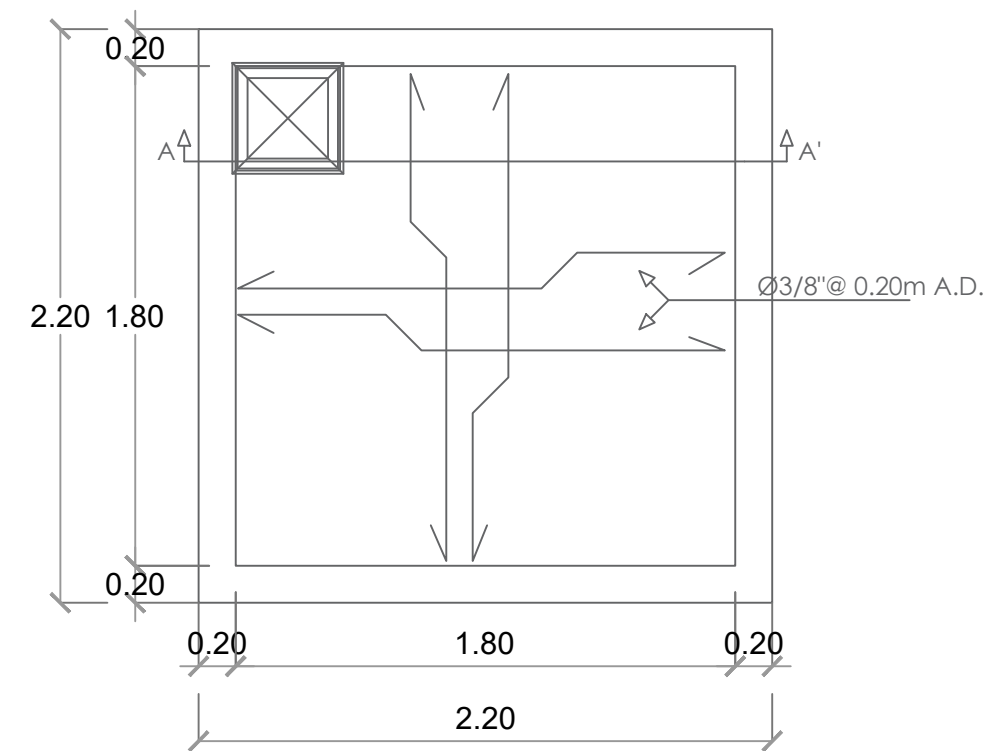

Ave. Dr. Delgado, Esq. Moises García,
Gazcue, Sto. Dgo., R.D.
TEL.: (809)-364-2189 | FAX.: (809)- 688-1665
E-Mail: info@cpadp.gob.do

EQUIPO DE TRABAJO:

DISEÑO ARQUITECTÓNICO
ARQ.

codia 00000 _____

ESTRUCTURAL
ING.

HIDRO-SANITARIO
ING. codia 00000 _____

Technical drawing of a plant layout (PLANTA) showing a rectangular structure with two internal square components. The left component is labeled "ENTRADA" with a diameter of 4 inches. The right component is labeled "SALIDA" with a diameter of 6 inches. Dimensions are provided for the overall structure and the internal components.

Overall dimensions (left side):


- Total height: 2.00
- Top offset: 0.20
- Bottom offset: 0.20
- Internal height: 1.60

Overall dimensions (bottom):

- Total width: 2.50
- Left offset: 0.20
- Right offset: 0.20
- Internal width: 1.10

Internal components and dimensions:

- Left square component: Side length .60, centered within the left internal space.
- Right square component: Side length .50, centered within the right internal space.
- Distance between the right side of the left square and the left side of the right square: 0.20.

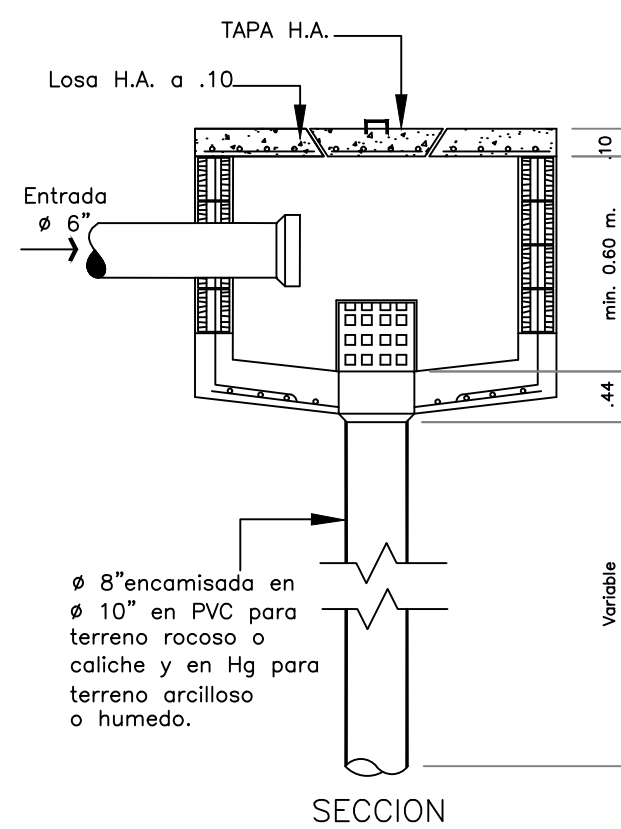

The technical drawings illustrate the 'Caja de la Bomba' (pump box) with the following dimensions and features:

- SECTION:** A cross-sectional view showing the internal structure. The total width is 1.10. The height of the main chamber is 0.05. A vertical dimension of 0.05 is indicated on the left side. A horizontal dimension of 0.05 is indicated at the bottom left. A vertical dimension of 0.05 is indicated at the bottom right. A horizontal dimension of 0.05 is indicated at the top left. A horizontal dimension of 0.05 is indicated at the top right. A horizontal dimension of 0.05 is indicated at the bottom center.
- PLANTA:** A plan view showing the top of the box. The total width is 1.10. The height of the main chamber is 0.70. The height of the side walls is 0.10. The height of the top wall is 0.10. A horizontal dimension of 0.10 is indicated on the left side. A horizontal dimension of 0.10 is indicated on the right side. A horizontal dimension of 0.10 is indicated at the bottom left. A horizontal dimension of 0.10 is indicated at the bottom right. A horizontal dimension of 0.10 is indicated at the bottom center.

SECTION

FECHA: _____

CONTENIDO:	
------------	--

ESCALA:

1:50

NO. PÁGINA:

036



DIRECCION DE
DESARROLLO PROVINCIAL
(DDP)

Ave. Dr. Delgado, Esq. Moises García,
Gazcue, Sto. Dgo., R.D.
TEL.: (809)-364-2189 | FAX.: (809)- 688-1665
E-Mail: info@cpadp.gob.do

PROYECTO:

CONSTRUCCIÓN CLUB DEPORTIVO SABANA REY LA ESQUINA-TECHADO SIMPLE

Municipio Cotui, Provincia Sanchez Ramirez,
Republica Dominicana

EQUIPO DE TRABAJO:

DISEÑO ARQUITECTÓNICO

ARQ.

codia 00000

ENC. INGENIERÍA

ING.

codia 00000

ESTRUCTURAL

ING.

codia 00000

ELÉCTRICO

ING.

codia 00000

HIDRO-SANITARIO

ING.

codia 00000

SELO DE APROBACIÓN:

FECHA:

CONTENIDO:

CASETA DE BOMBA

ESCALA:

1:25

SEPTIEMBRE 2026

NO. PÁGINA:

037

