

PROYECTO:

**"CONSTRUCCIÓN CANCHA DE BALONCESTO LAS PAJAS,
MUNICIPIO EL VALLE, PROVINCIA HATO MAYOR"**

REPÚBLICA DOMINICANA
SEPTIEMBRE 2026





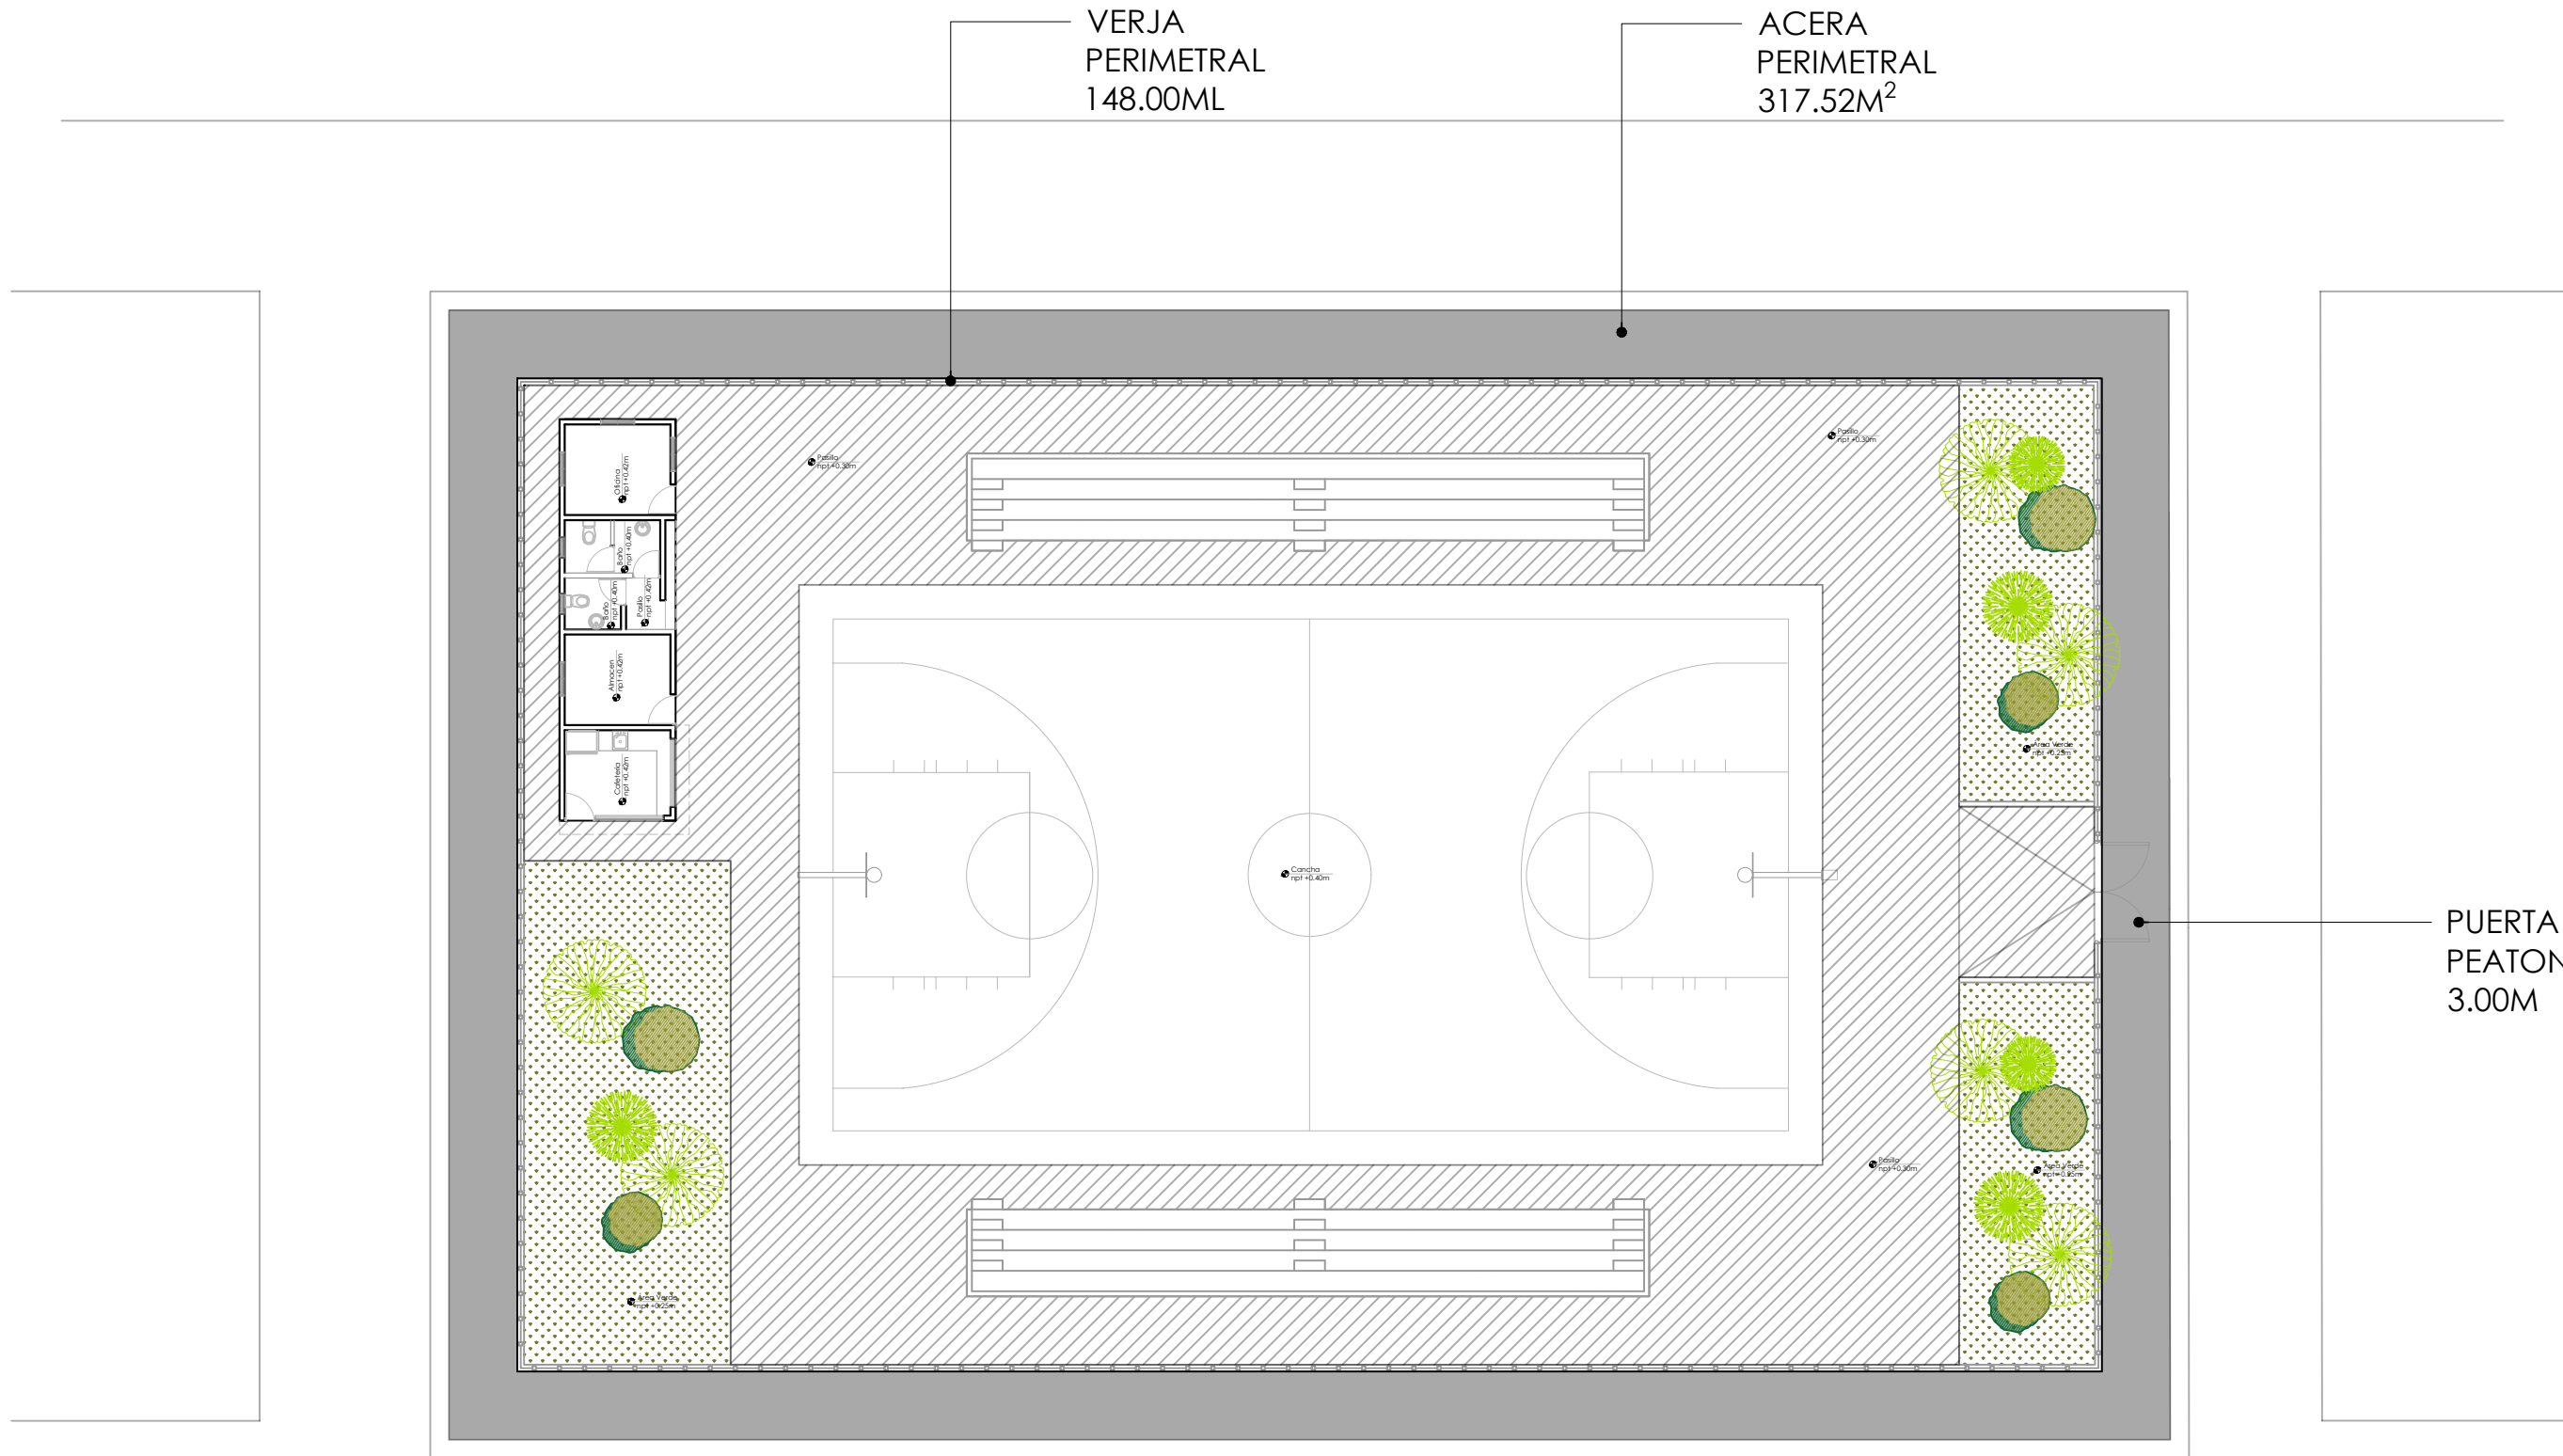


TABLA PAISAJISMO			
	Nombre	Tamaño	Cantidad
	Palma Phoenix	3 pies	6
	Cinta Verde	-	5
	Roble Amarillo	6 pies	6

TABLA PISO EXTERIOR		
	Nombre piso	Metros cuadrados
	Hormigón Frotado	587.49 m2
	Grana Enana	182.16 m2
	Hormigón Violinado	317.52 m2

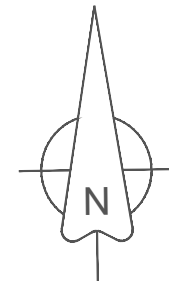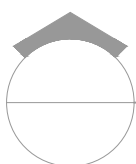


PLANTA DE CONJUNTO

ESC. 1:500

UBICACIÓN: 19°19'06.2"N 69°53'04.3"W

NOTA: Estos planos pueden ser modificados en campo.

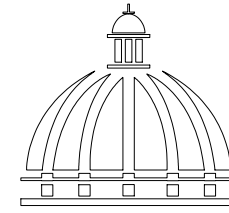

GOBIERNO DE LA
REPÚBLICA DOMINICANA

DIRECCIÓN DE DESARROLLO
PROVINCIAL
DDP

Ave. Dr. Delgado, Esq. Moises García,
Gazcue, Sto. Dgo., R.D.
TEL.: (809)-364-2189 | FAX.: (809)- 688-1665
E-Mail: info@cpadp.gob.do

PROYECTO:
CONSTRUCCIÓN CANCHA DE BALONCESTO
LAS PAJAS, MUNICIPIO EL VALLE,
PROVINCIA HATO MAYOR
REPÚBLICA DOMINICANA

EQUIPO DE TRABAJO:

DISEÑO ARQUITECTÓNICO
ARQ.

codia 00000

ENC. INGENIERÍA
ING. FIOR DALIZA BONIFACIO

codia 00000

ESTRUCTURAL
ING.

codia 00000

ELÉCTRICO
ING. JUAN PEREZ

codia 00000

HIDRO-SANITARIO
ING. FRANCIS ESTEVEZ

codia 00000

SELLO DE APROBACIÓN:

FECHA:


CONTENIDO:
**PLANTA DE
CONJUNTO**

ESCALA:
1:500

SEPTIEMBRE 2026

NO. PÁGINA:

001

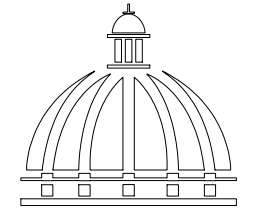

Ave. Dr. Delgado, Esq. Moises García,
Gazcue, Sto. Dgo., R.D.
TEL.: (809)-364-2189 | FAX.: (809)- 688-1665
E-Mail: info@cpadp.gob.do

PROYECTO:
**CONSTRUCCIÓN CANCHA DE BALONCESTO
LAS PAJAS, MUNICIPIO EL VALLE,
PROVINCIA HATO MAYOR**
REPÚBLICA DOMINICANA

EQUIPO DE TRABAJO:

DISEÑO ARQUITECTÓNICO
ARQ.

ENC. INGENIERÍA
ING. FIOR DALIZA BONIFACIO
codia 00000 _____

ESTRUTURAL
ING. codia 00000

ELÉCTRICO
ING. JUAN PEREZ
codia 00000

HIDRO-SANITARIO
ING. FRANCIS ESTEVEZ
codia 00000

SELO DE APROBACIÓN:

FECHA: _____

CONTENIDO:


**PLANTA
DIMENSIONADA
CONJUNTO**

ESCALA: 1:500

SEPTIEMBRE 2026

NO. PÁGINA:


002

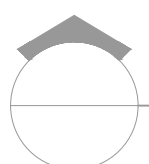

PLANTA DE DIMENSIONADA CONJUNTO

ESC. 1:500

NOTA: Estos planos pueden ser modificados en campo.

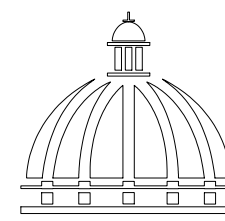

GOBIERNO DE LA
REPÚBLICA DOMINICANA

DIRECCIÓN DE DESARROLLO
PROVINCIAL
DDP

Ave. Dr. Delgado, Esq. Moises García,
Gazcue, Sto. Dgo., R.D.
TEL.: (809)-364-2189 | FAX.: (809)- 688-1665
E-Mail: info@cpadp.gob.do

PROYECTO:
CONSTRUCCIÓN CANCHA DE BALONCESTO
LAS PAJAS, MUNICIPIO EL VALLE,
PROVINCIA HATO MAYOR
REPÚBLICA DOMINICANA

EQUIPO DE TRABAJO:

DISEÑO ARQUITECTÓNICO
ARQ.

codia 00000

ENC. INGENIERÍA
ING. FIOR DALIZA BONIFACIO
codia 00000

ESTRUCTURAL
ING.

codia 00000

ELÉCTRICO
ING. JUAN PEREZ
codia 00000

HIDRO-SANITARIO
ING. FRANCIS ESTEVEZ
codia 00000

SELLO DE APROBACIÓN:

FECHA:

CONTENIDO:

PLANTA DE ARQUITECTÓNICA
DIMENSIONADA


ESCALA:

1:100



SEPTIEMBRE 2026

NO. PÁGINA:

003

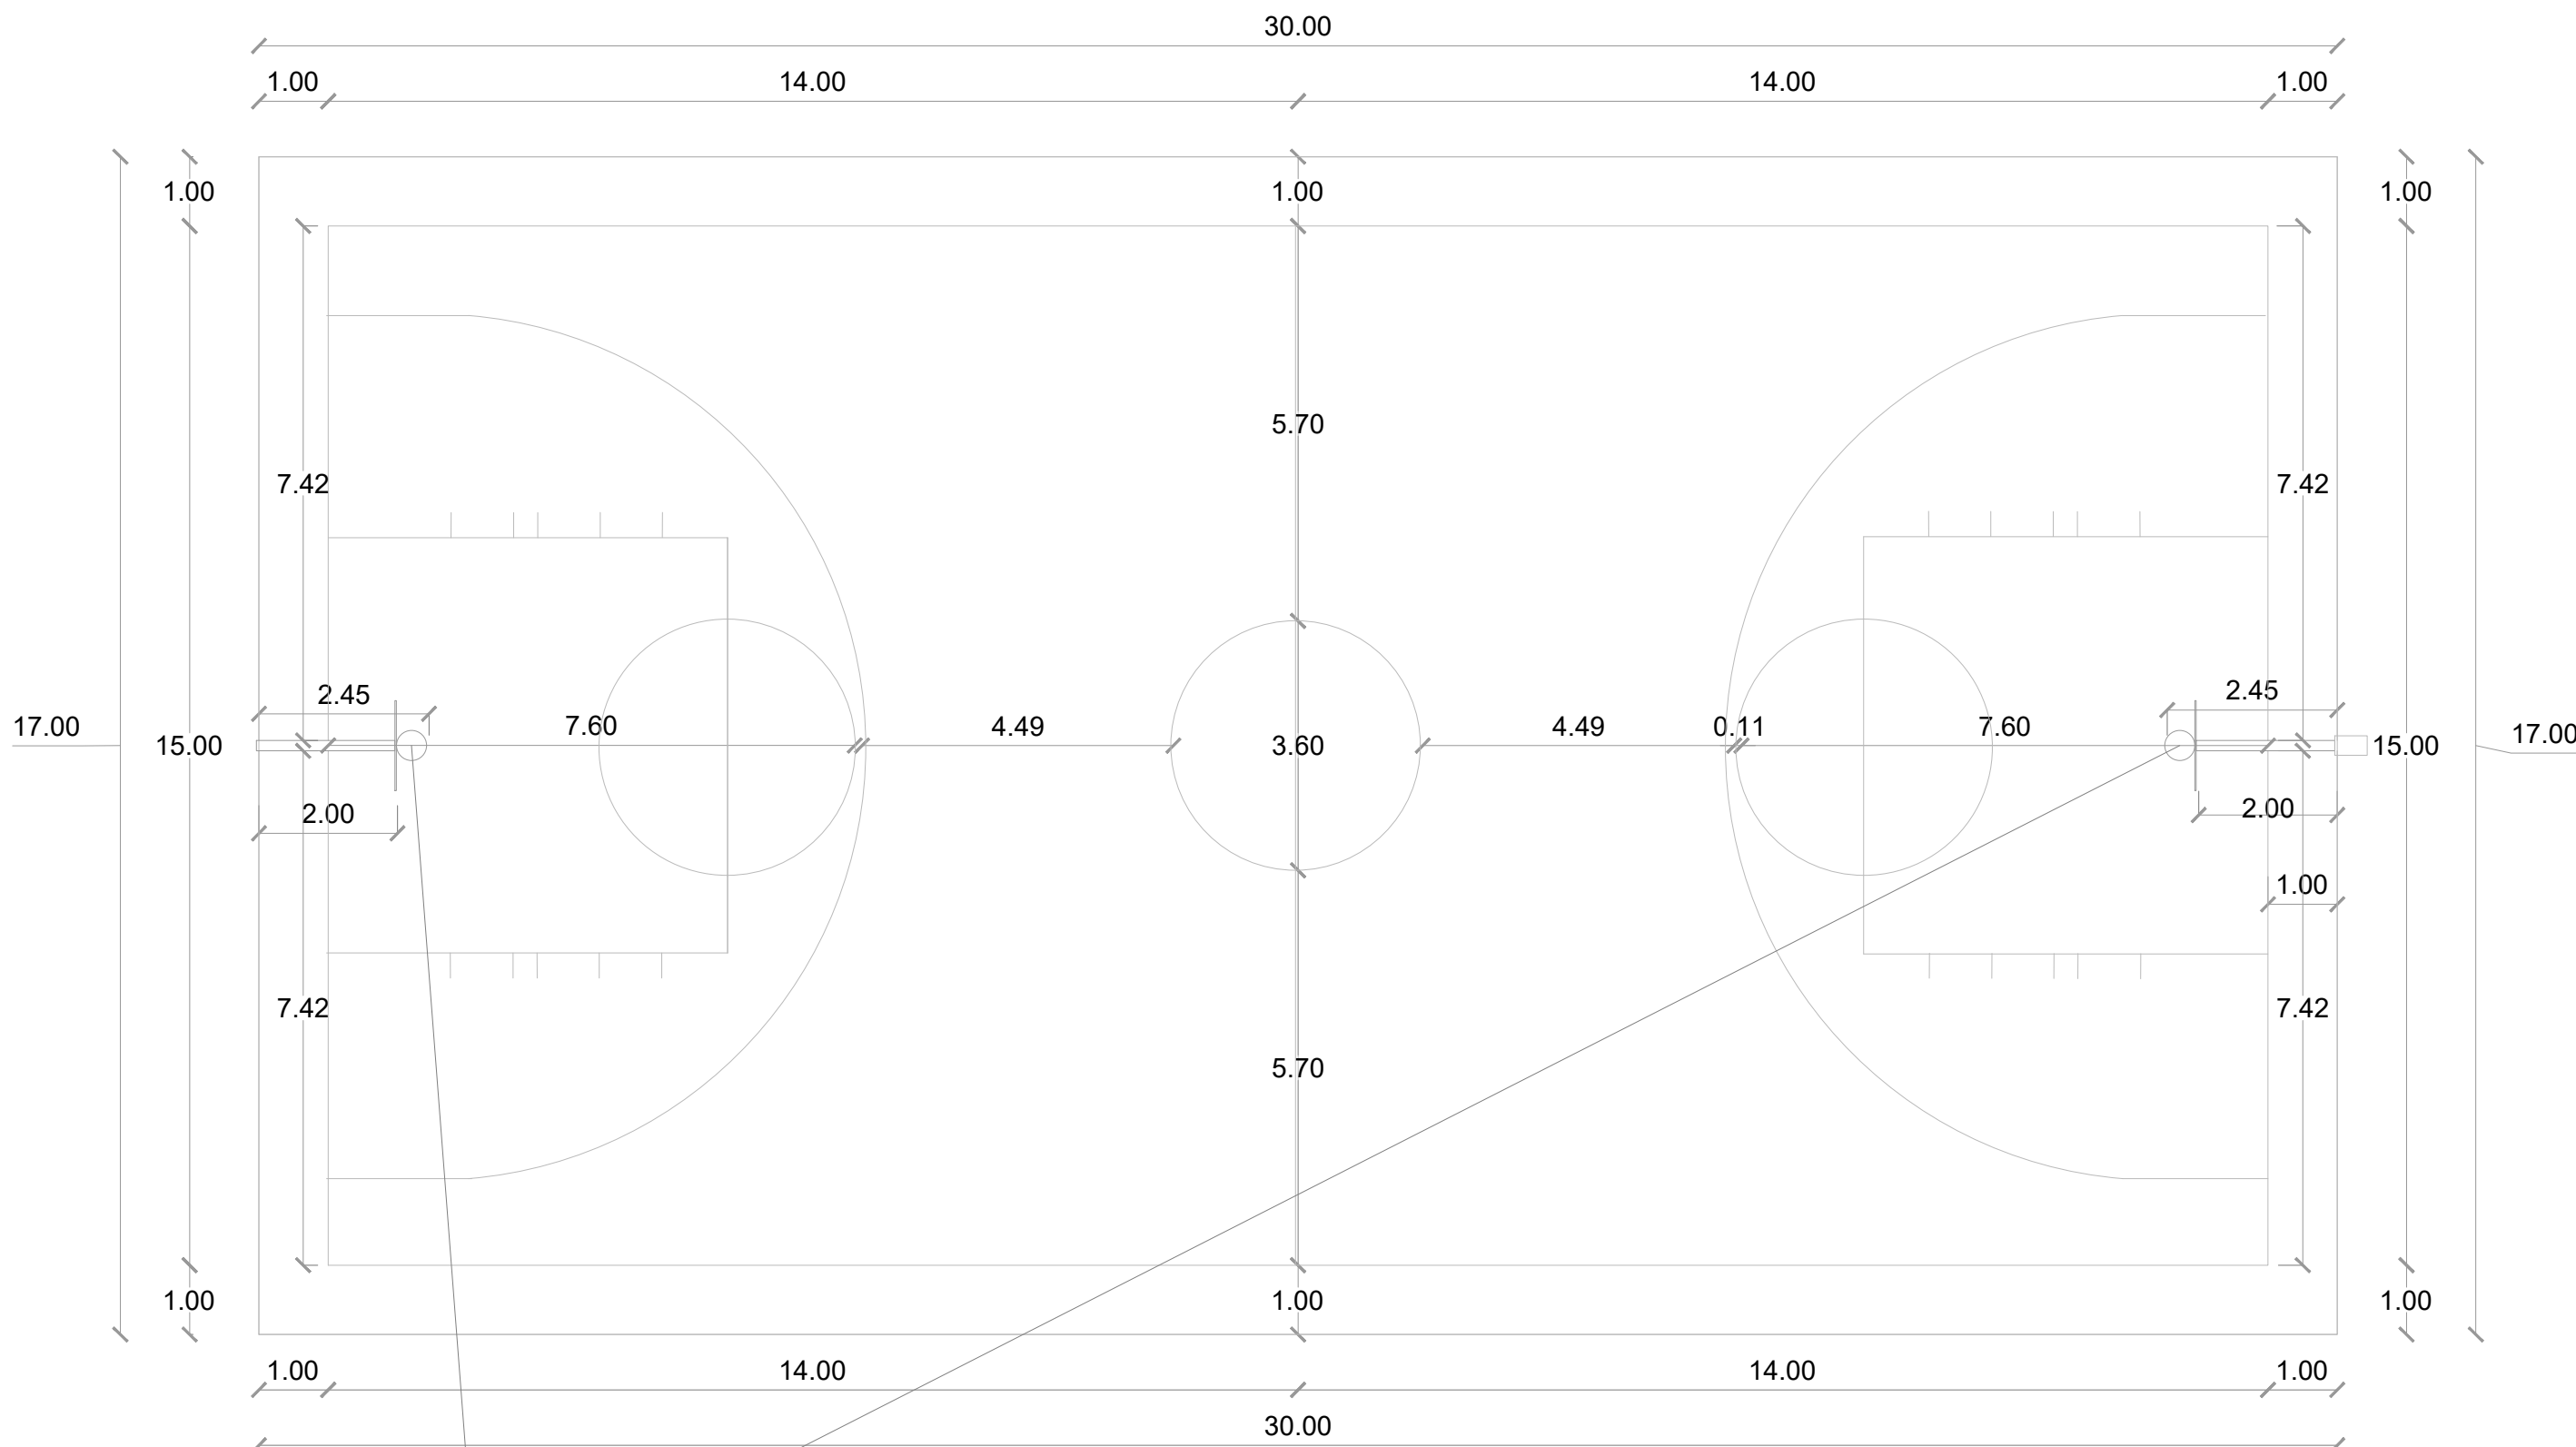


 

Equipamiento de dos tableros
móviles marca Spalding

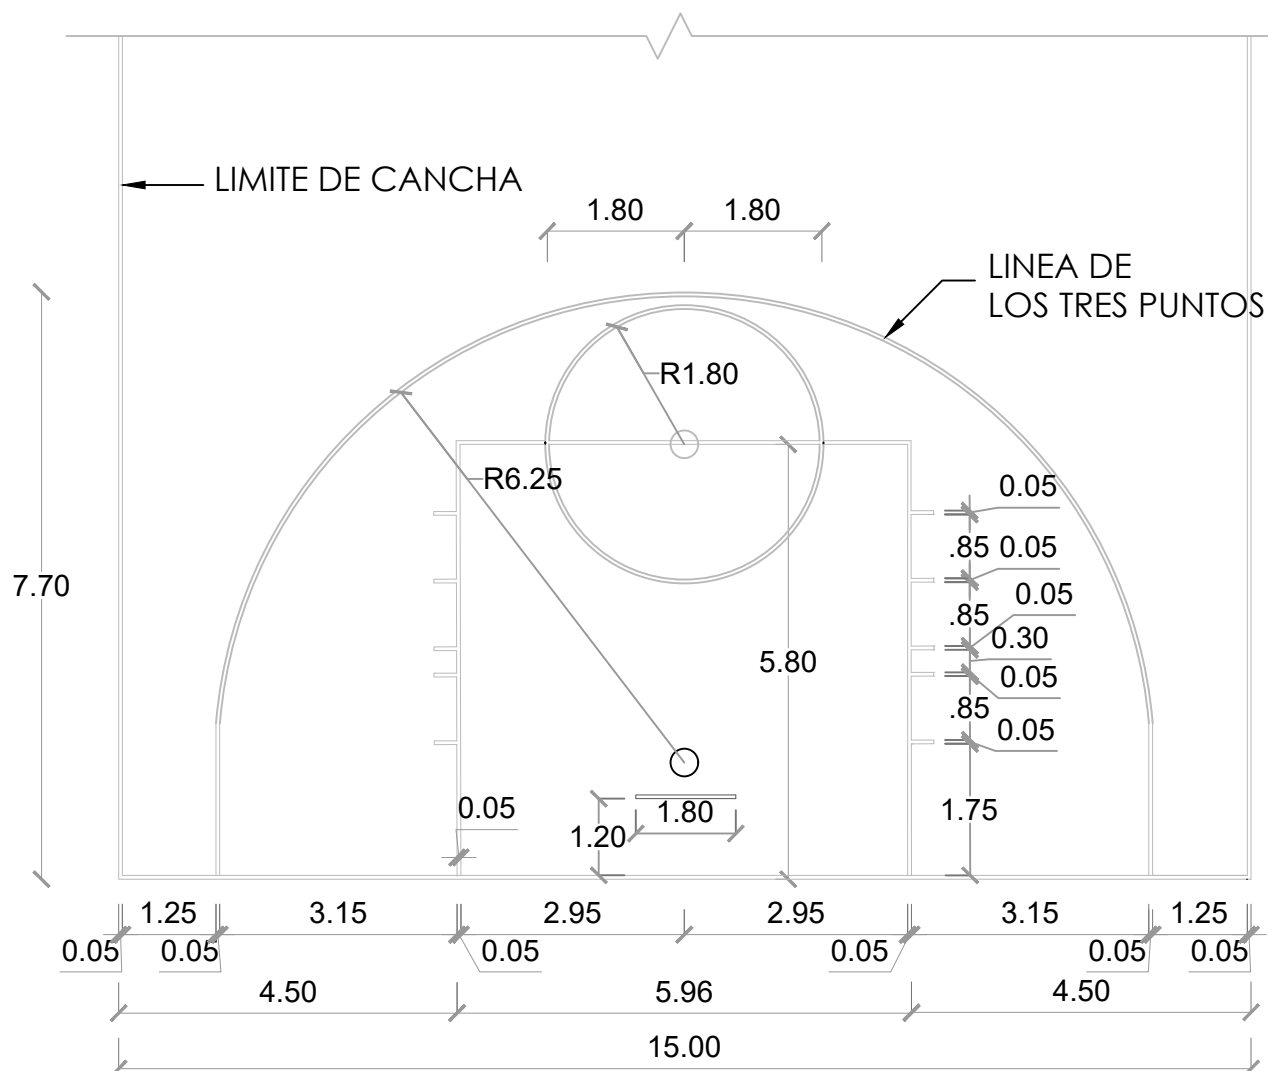

PLANTA ARQUITECTÓNICA DIMENSIONADA




1:100

NOTA: Estos planos pueden ser modificados en campo.

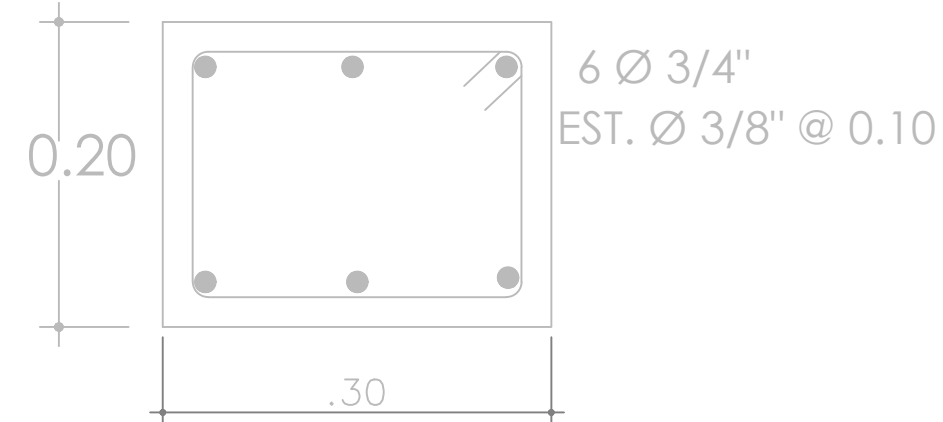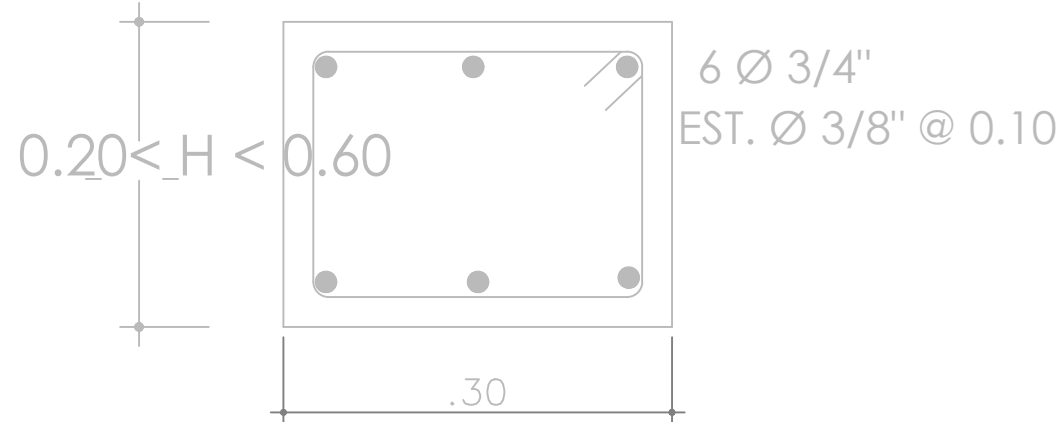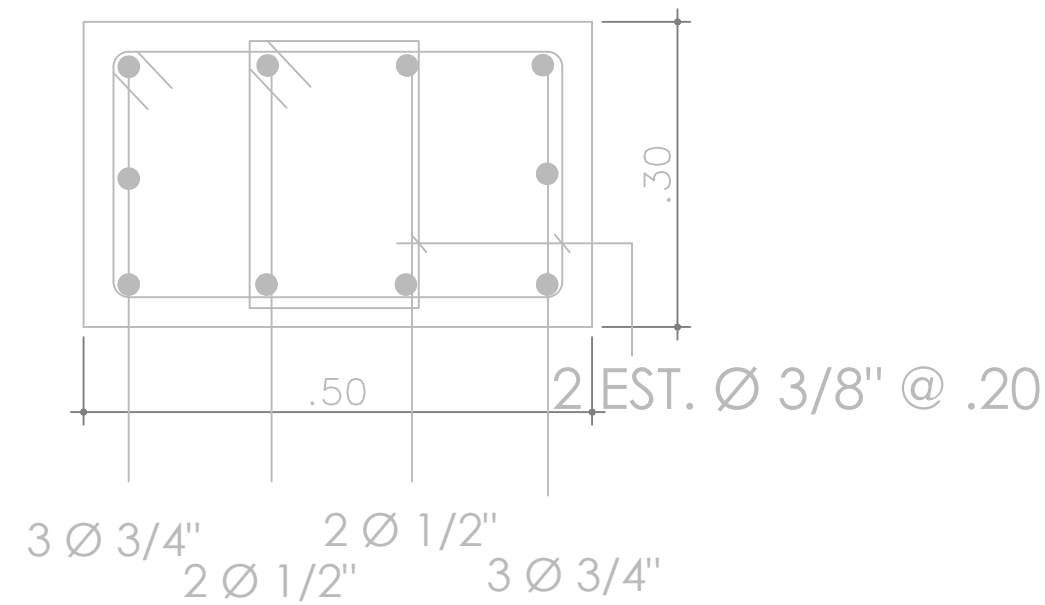



SECCIONES SOPORTE DE TABLERO

ESC. N/A

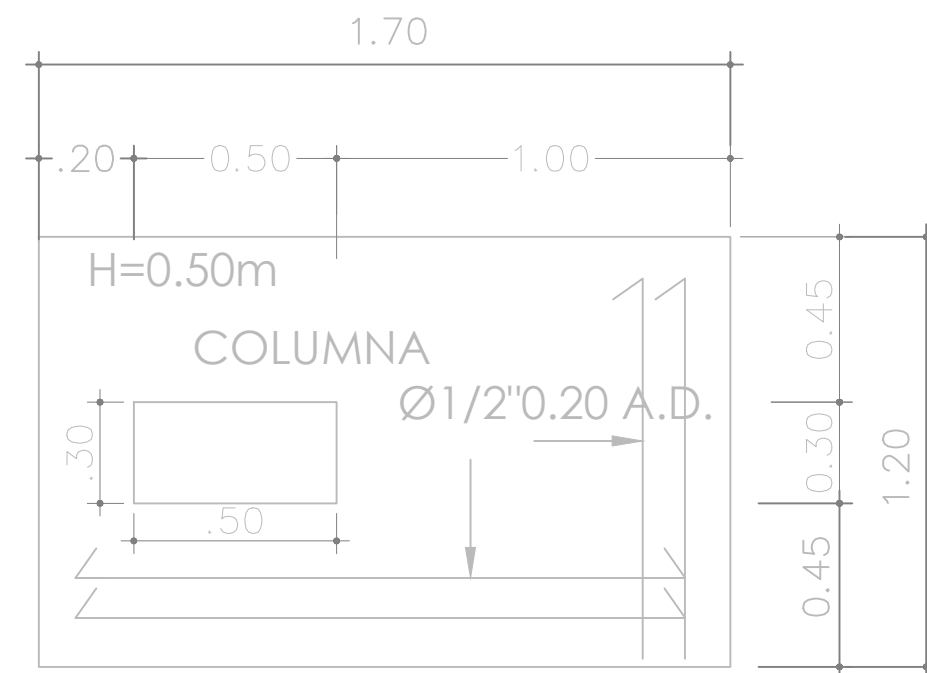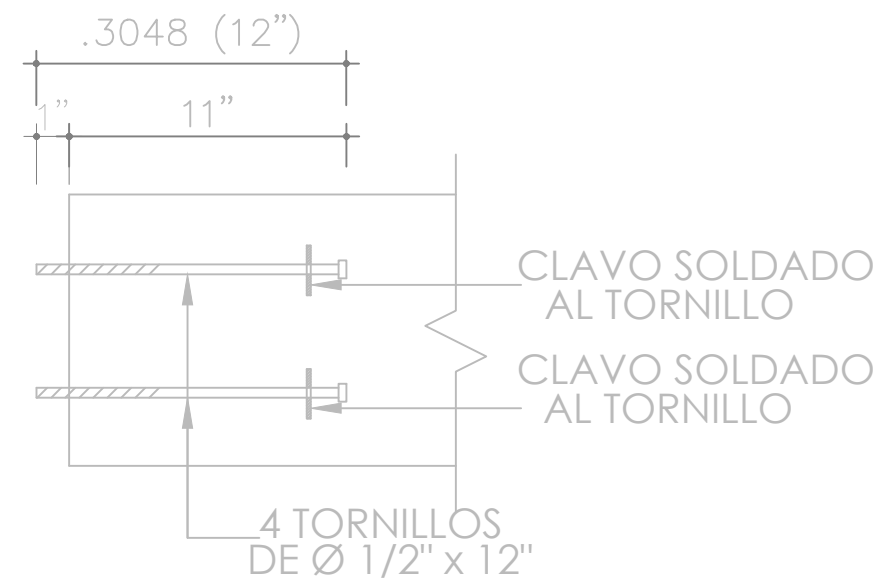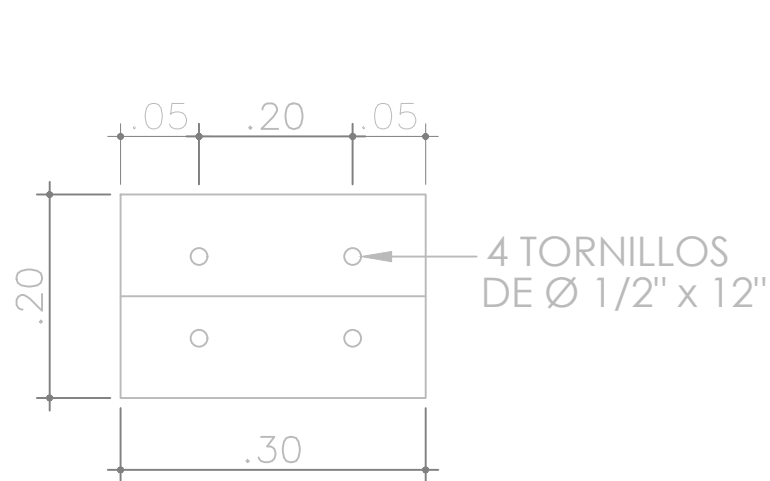


DETALLE SECCIÓN TORNILLO

ESC. N/A

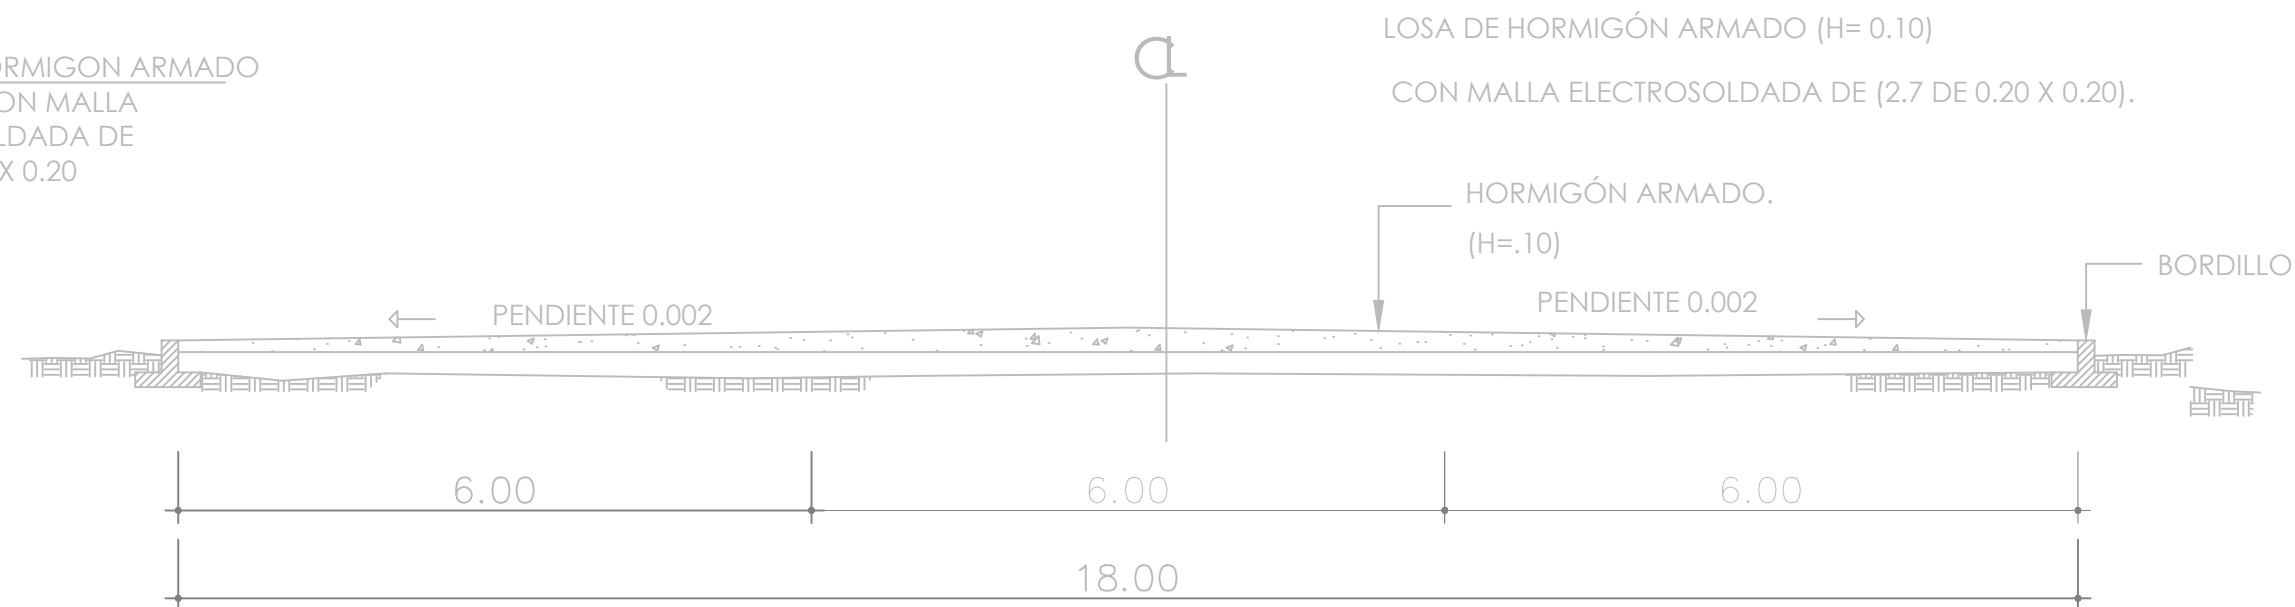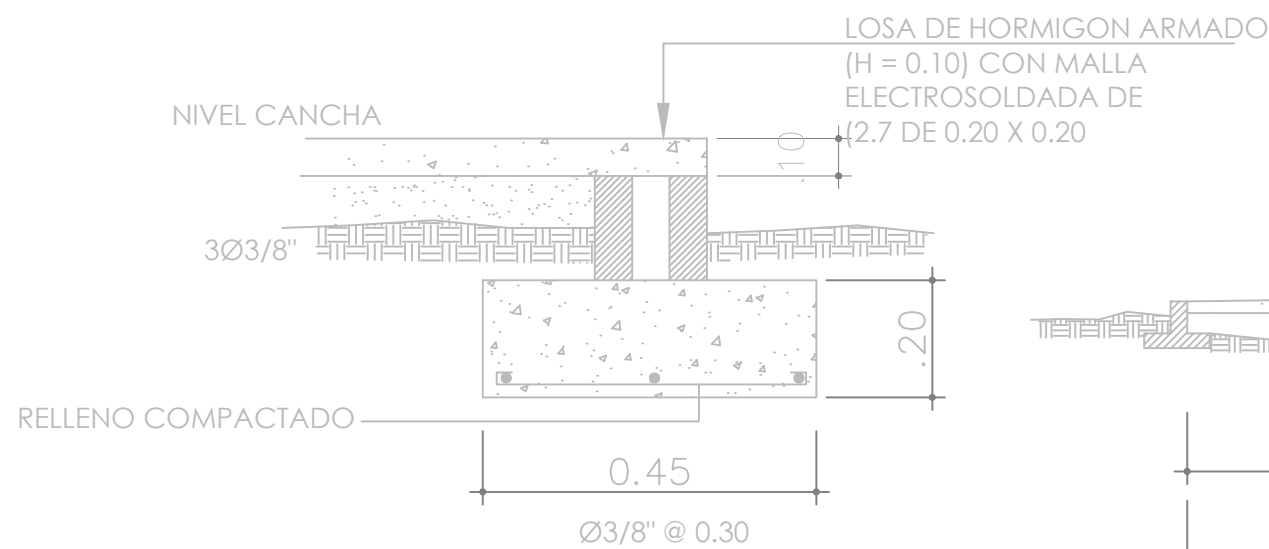

DETALLE DE BORDILLO

ESC. N/A

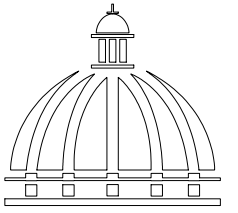

GOBIERNO DE LA
REPÚBLICA DOMINICANA

DIRECCIÓN DE DESARROLLO
PROVINCIAL
DDP

Ave. Dr. Delgado, Esq. Moises García,
Gazcue, Sto. Dgo., R.D.
TEL.: (809)-364-2189 | FAX.: (809)- 688-1665
E-Mail: info@cpadp.gob.do

PROYECTO:
**CONSTRUCCIÓN CANCHA DE BALONCESTO
LAS PAJAS, MUNICIPIO EL VALLE,
PROVINCIA HATO MAYOR**
REPÚBLICA DOMINICANA

EQUIPO DE TRABAJO:

DISEÑO ARQUITECTÓNICO
ARQ.

codia 00000

ENC. INGENIERÍA
ING. FIOR DALIZA BONIFACIO
codia 00000

ESTRUCTURAL
ING.

codia 00000

ELÉCTRICO
ING. JUAN PEREZ
codia 00000

HIDRO-SANITARIO
ING. FRANCIS ESTEVEZ
codia 00000

SELLO DE APROBACIÓN:

FECHA:

CONTENIDO:

DETALLES ESTRUCTURALES

ESCALA:


1:75

SEPTIEMBRE 2026


NO. PÁGINA:

004

NOTA: Estos planos pueden ser modificados en campo.

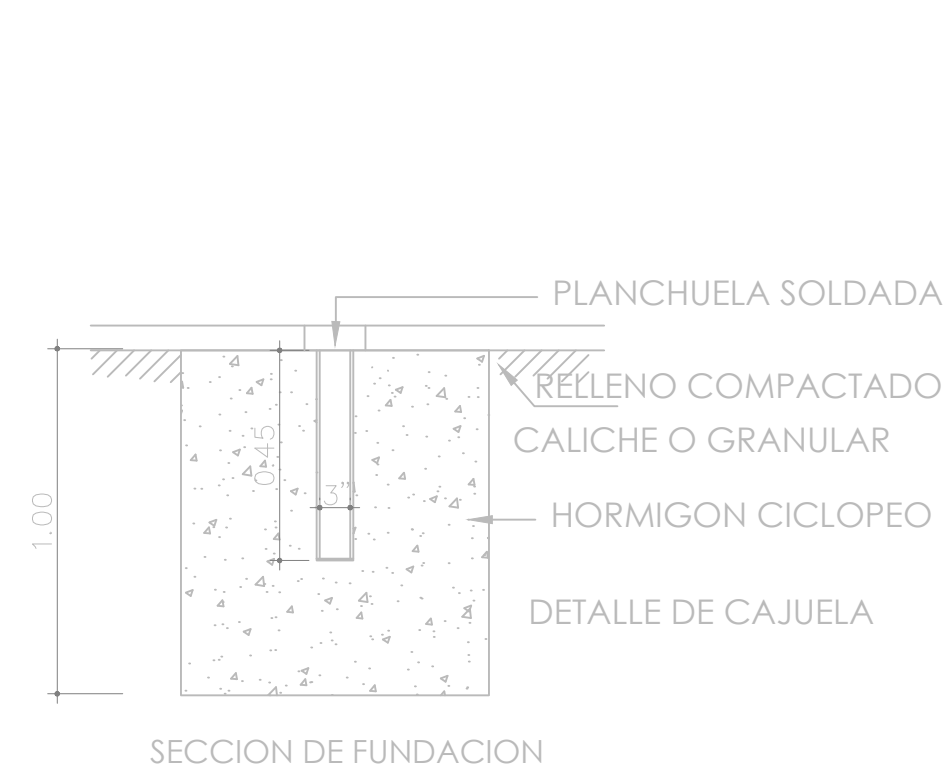[illegible]

NOTA: Estos planos pueden ser modificados en campo.

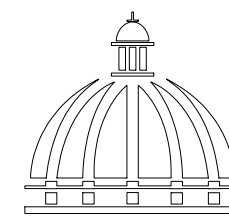

DIRECCIÓN DE DESARROLLO
PROVINCIAL
DDP

Ave. Dr. Delgado, Esq. Moises García,
Gazcue, Sto. Dgo., R.D.
TEL.: (809)-364-2189 | FAX.: (809)- 688-1665
E-Mail: info@cpadp.gob.do

PROYECTO:
CONSTRUCCIÓN CANCHA DE BALONCESTO
LAS PAJAS, MUNICIPIO EL VALLE,
PROVINCIA HATO MAYOR
REPÚBLICA DOMINICANA

EQUIPO DE TRABAJO:

DISEÑO ARQUITECTÓNICO
ARQ.

ENC. INGENIERÍA
ING. FIOR DALIZA BONIFACIO
codia 00000 _____

ESTRUCTURAL
ING.

ELÉCTRICO
ING. JUAN PEREZ
codia 00000

HIDRO-SANITARIO
ING. FRANCIS ESTEVEZ
codig 00000 —

SELO DE APROBACIÓN:

FECHA: _____

CONTENIDO:

DETALLES DE TABLERO-CANCHA

ESCALA: 1:100

SEPTIEMBRE 2026

NO. PÁGINA:

005




VACIADO Y PULIDO CON HELICÓPTERO.
CORTES CON MÁQUINA EN PAÑOS DE 6.00 X 6.00 MT.



DISTRIBUCIÓN DE PAÑO Y ORDEN DE VACIADO HORMIGÓN SIMPLE

ESC. 1:45

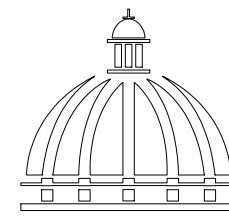

GOBIERNO DE LA
REPÚBLICA DOMINICANA

DIRECCIÓN DE DESARROLLO
PROVINCIAL
DDP

Ave. Dr. Delgado, Esq. Moises García,
Gazcue, Sto. Dgo., R.D.
TEL.: (809)-364-2189 | FAX.: (809)- 688-1665
E-Mail: info@cpadp.gob.do

PROYECTO:
**CONSTRUCCIÓN CANCHA DE BALONCESTO
LAS PAJAS, MUNICIPIO EL VALLE,
PROVINCIA HATO MAYOR**
REPÚBLICA DOMINICANA

EQUIPO DE TRABAJO:

DISEÑO ARQUITECTÓNICO
ARQ.

codia 00000

ENC. INGENIERÍA
ING. FIOR DALIZA BONIFACIO
codia 00000

ESTRUCTURAL
ING.
codia 00000

ELÉCTRICO
ING. JUAN PEREZ
codia 00000

HIDRO-SANITARIO
ING. FRANCIS ESTEVEZ
codia 00000

SELLO DE APROBACIÓN:

FECHA:

CONTENIDO:

DISTRIBUCIÓN DE PAÑO
Y ORDEN DE VACIADO

ESCALA:


1:50


SEPTIEMBRE 2026

NO. PÁGINA:


006

 NOTA: Estos planos pueden ser modificados en campo.

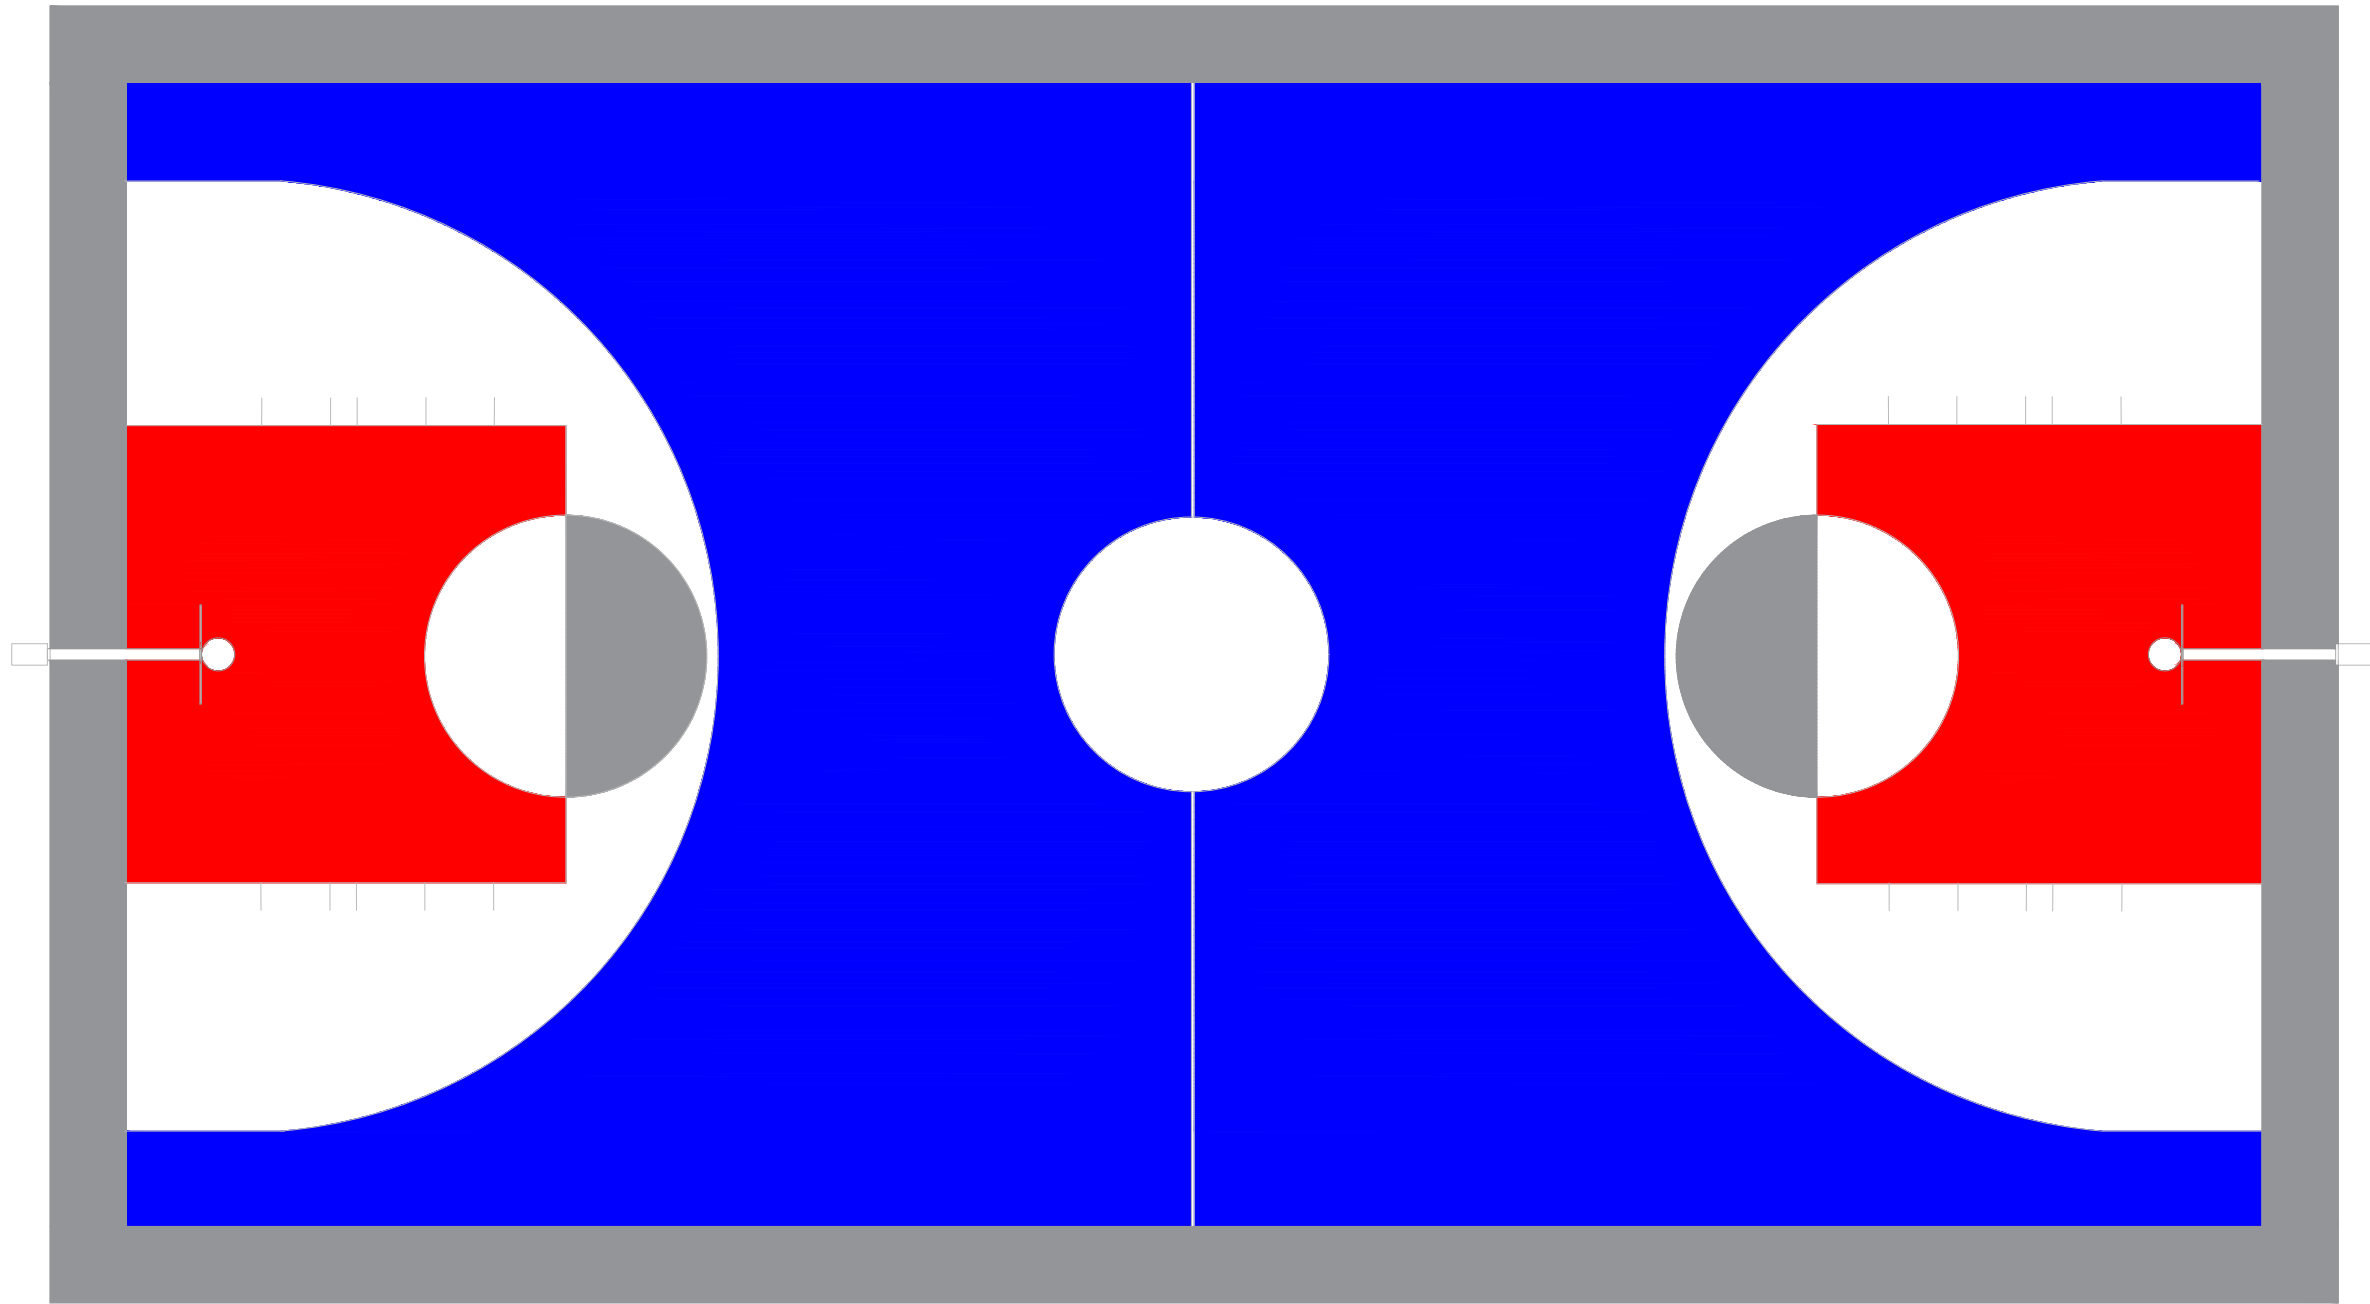

Grafica	Colores	Cod. Pintura	Marca de Pintura
	Gris	Arena 23	Pintura Tropical (Epóxica)
	Rojo	Rojo Positivo 95	Pintura Tropical (Epóxica)
	Azul	Azul positivo 93	Pintura Tropical (Epóxica)
	Blanco	Blanco 00	Pintura Tropical (Epóxica)
	Gris Grafito (Lineas)	Grafito 42	Pintura Tropical (Epóxica)

 
****NOTA:** LOS COLORES EN EL PLANO SOLO SON UNA REPRESENTACION PARA LA APLICACION DE COLORES. GUIARSE DE LOS CODIGOS QUE ESTAN EN LA HOJA



DETALLES ESPECIFICACIONES DE COLOR

1:100

NOTA: Estos planos pueden ser modificados en campo.

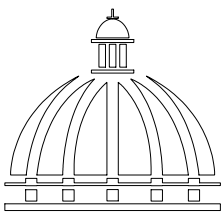

GOBIERNO DE LA
REPÚBLICA DOMINICANA

DIRECCIÓN DE DESARROLLO
PROVINCIAL
DDP

Ave. Dr. Delgado, Esq. Moises García,
Gazcue, Sto. Dgo., R.D.
TEL.: (809)-364-2189 | FAX.: (809)- 688-1665
E-Mail: info@cpadp.gob.do

PROYECTO:
**CONSTRUCCIÓN CANCHA DE BALONCESTO
LAS PAJAS, MUNICIPIO EL VALLE,
PROVINCIA HATO MAYOR**
REPÚBLICA DOMINICANA

EQUIPO DE TRABAJO:

DISEÑO ARQUITECTÓNICO
ARQ.

codia 00000

ENC. INGENIERÍA
ING. FIOR DALIZA BONIFACIO
codia 00000

ESTRUCTURAL
ING.
codia 00000

ELÉCTRICO
ING. JUAN PEREZ
codia 00000

HIDRO-SANITARIO
ING. FRANCIS ESTEVEZ
codia 00000

SELLO DE APROBACIÓN:

FECHA:


CONTENIDO:
**DETALLES ESPECIFICACIONES DE
COLOR**

ESCALA:
1:100

SEPTIEMBRE 2026

NO. PÁGINA:

007

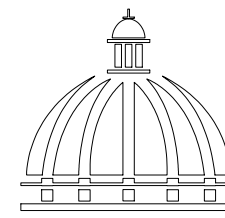

GOBIERNO DE LA
REPÚBLICA DOMINICANA

DIRECCIÓN DE DESARROLLO
PROVINCIAL
DDP

Ave. Dr. Delgado, Esq. Moises García,
Gazcue, Sto. Dgo., R.D.
TEL.: (809)-364-2189 | FAX.: (809)- 688-1665
E-Mail: info@cpadp.gob.do

PROYECTO:
CONSTRUCCIÓN CANCHA DE BALONCESTO
LAS PAJAS, MUNICIPIO EL VALLE,
PROVINCIA HATO MAYOR
REPÚBLICA DOMINICANA

EQUIPO DE TRABAJO:

DISEÑO ARQUITECTÓNICO
ARQ.

codia 00000

ENC. INGENIERÍA
ING. FIOR DALIZA BONIFACIO

codia 00000

ESTRUCTURAL
ING.

codia 00000

ELÉCTRICO
ING. JUAN PEREZ

codia 00000

HIDRO-SANITARIO
ING. FRANCIS ESTEVEZ

codia 00000

SELLO DE APROBACIÓN:

FECHA:

CONTENIDO:

DETALLES DE GRADAS


ESCALA:

1:75


SEPTIEMBRE 2026

NO. PÁGINA:


008

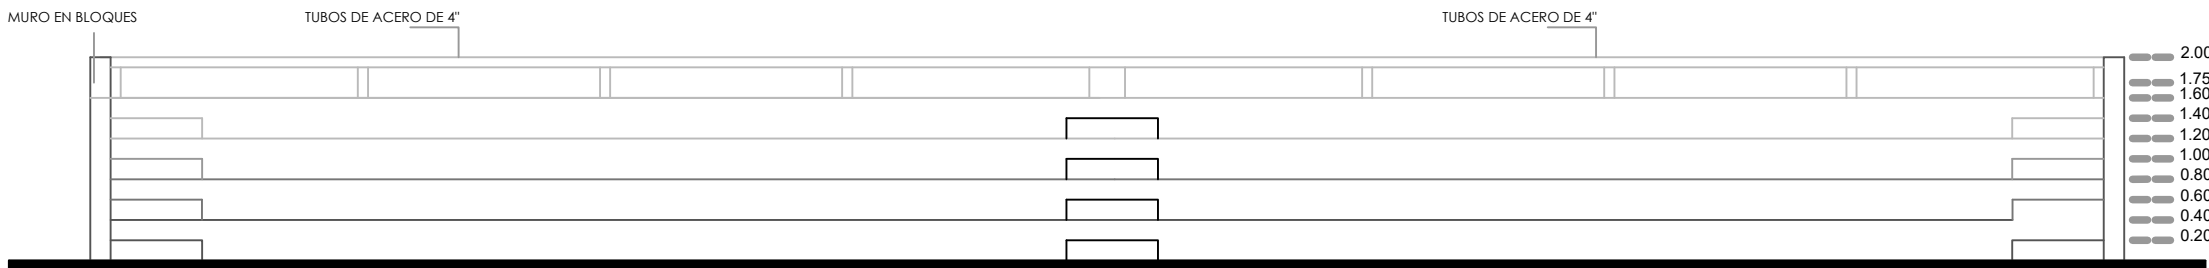


ELEVACIÓN FRONTAL - GRADAS
ESC. 1:50

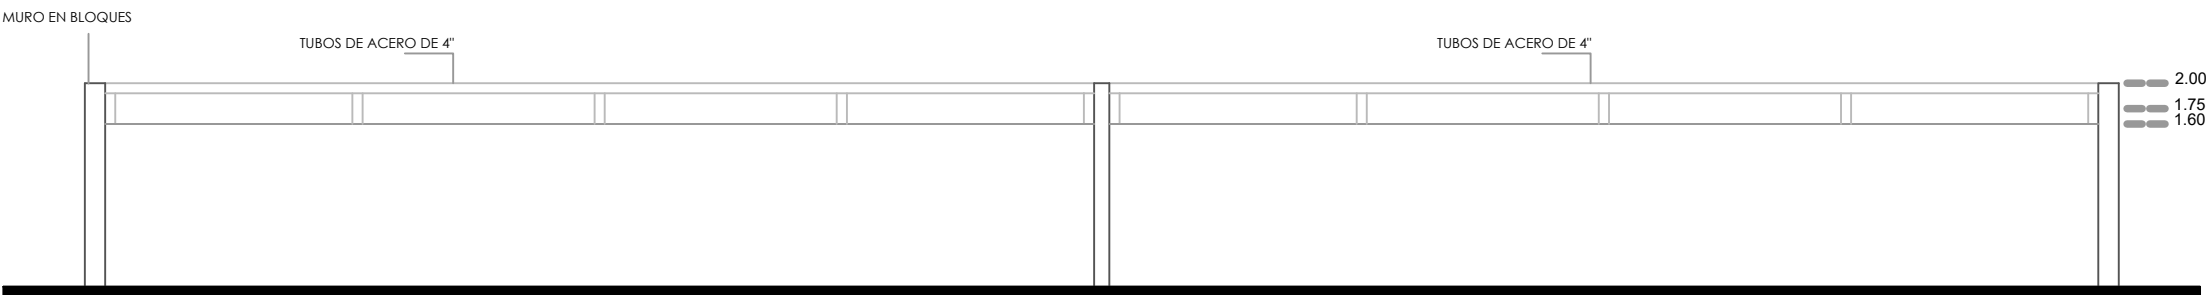


ELEVACIÓN POSTERIOR - GRADAS
ESC. 1:50

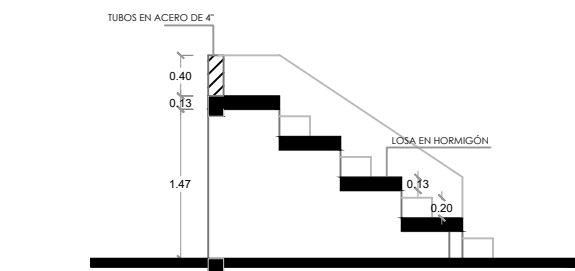


SECCIÓN A-A
ESC. 1:50

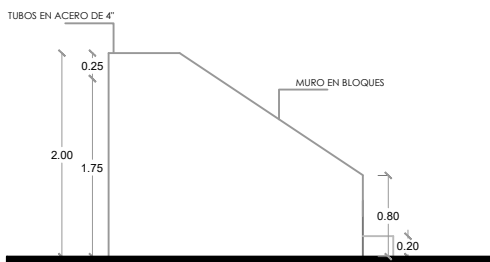

ELEVACIÓN LATERAL IZQ.
ESC. 1:50

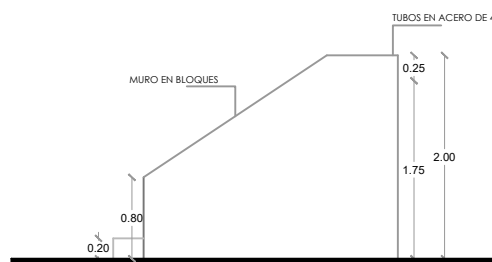

ELEVACIÓN LATERAL DER.
ESC. 1:50

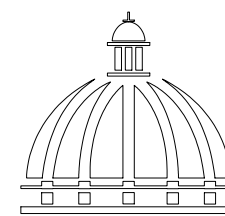

GOBIERNO DE LA
REPÚBLICA DOMINICANA

DIRECCIÓN DE DESARROLLO
PROVINCIAL
DDP

Ave. Dr. Delgado, Esq. Moises García,
Gazcue, Sto. Dgo., R.D.
TEL.: (809)-364-2189 | FAX.: (809)- 688-1665
E-Mail: info@cpadp.gob.do

PROYECTO:
**CONSTRUCCIÓN CANCHA DE BALONCESTO
LAS PAJAS, MUNICIPIO EL VALLE,
PROVINCIA HATO MAYOR**
REPÚBLICA DOMINICANA

EQUIPO DE TRABAJO:

DISEÑO ARQUITECTÓNICO
ARQ.

codia 00000

ENC. INGENIERÍA
ING. FIOR DALIZA BONIFACIO
codia 00000

ESTRUCTURAL
ING.

codia 00000

ELÉCTRICO
ING. JUAN PEREZ
codia 00000

HIDRO-SANITARIO
ING. FRANCIS ESTEVEZ
codia 00000

SELLO DE APROBACIÓN:

FECHA:

CONTENIDO:

PLANTA DIMENSIONADA
DE GRADAS


ESCALA:

1:75


SEPTIEMBRE 2026

NO. PÁGINA:

 
009



VISTA EN PLANTA - GRADAS
ESC. 1:50

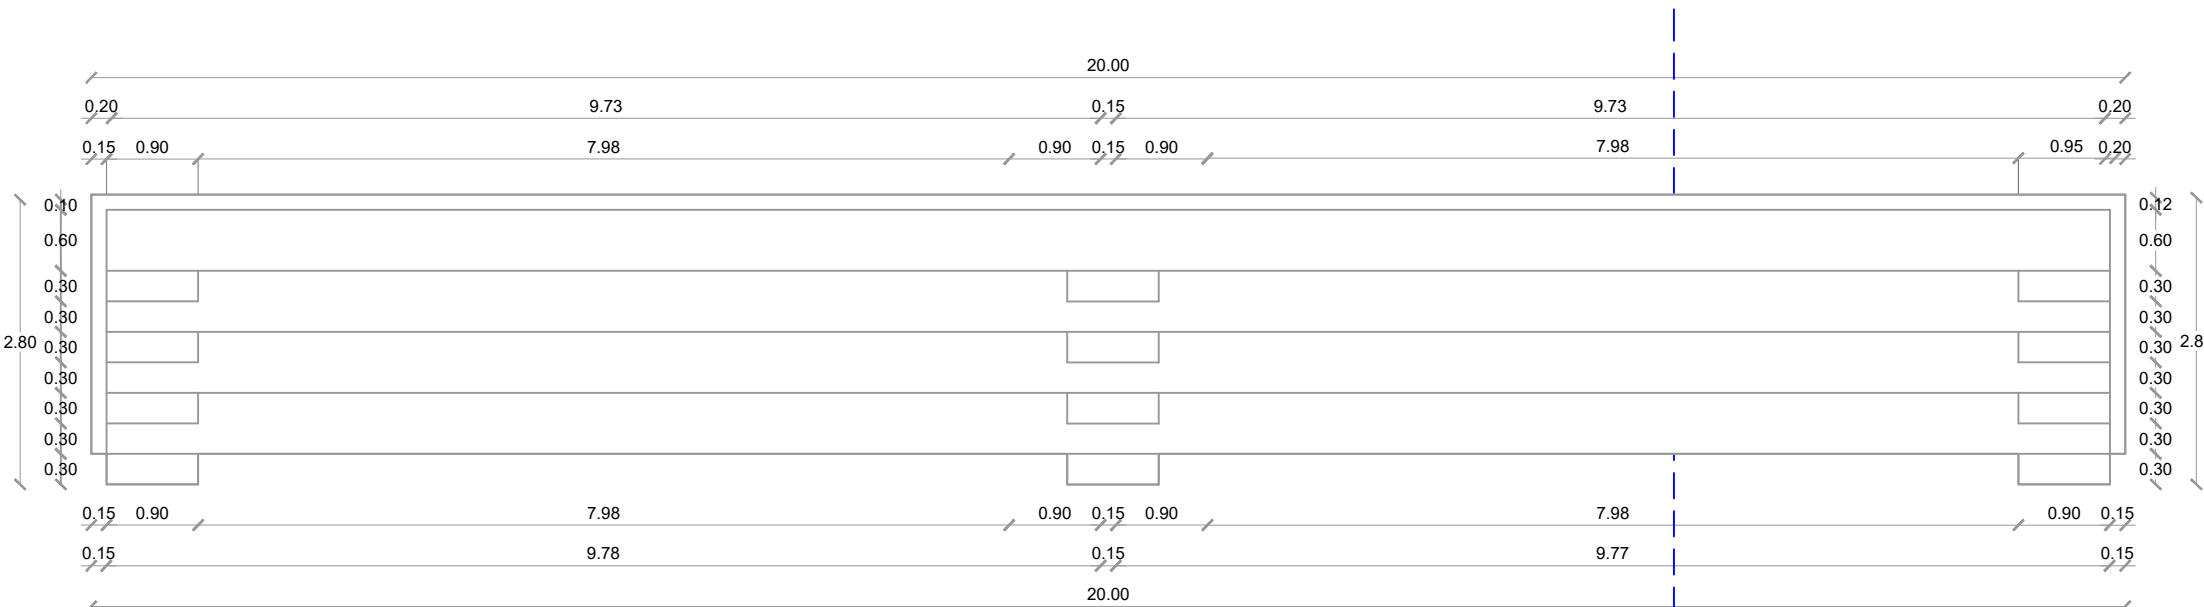

PLANTA ARQUITECTÓNICA DIMENSIONADO - GRADAS
ESC. 1:50

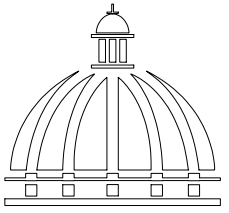

GOBIERNO DE LA
REPÚBLICA DOMINICANA

DIRECCIÓN DE DESARROLLO
PROVINCIAL
DDP

Ave. Dr. Delgado, Esq. Moises García,
Gazcue, Sto. Dgo., R.D.
TEL.: (809)-364-2189 | FAX.: (809)- 688-1665
E-Mail: info@cpadp.gob.do

PROYECTO:
**CONSTRUCCIÓN CANCHA DE BALONCESTO
LAS PAJAS, MUNICIPIO EL VALLE,
PROVINCIA HATO MAYOR**
REPÚBLICA DOMINICANA

EQUIPO DE TRABAJO:

DISEÑO ARQUITECTÓNICO
ARQ.

codia 00000

ENC. INGENIERÍA
ING. FIOR DALIZA BONIFACIO
codia 00000

ESTRUCTURAL
ING.

codia 00000

ELÉCTRICO
ING. JUAN PEREZ
codia 00000

HIDRO-SANITARIO
ING. FRANCIS ESTEVEZ
codia 00000

SELLO DE APROBACIÓN:

FECHA:

CONTENIDO:

**DETALLES
ESTRUCTURALES
DE GRADAS**



ESCALA:

1:75


SEPTIEMBRE 2026

NO. PÁGINA:


010

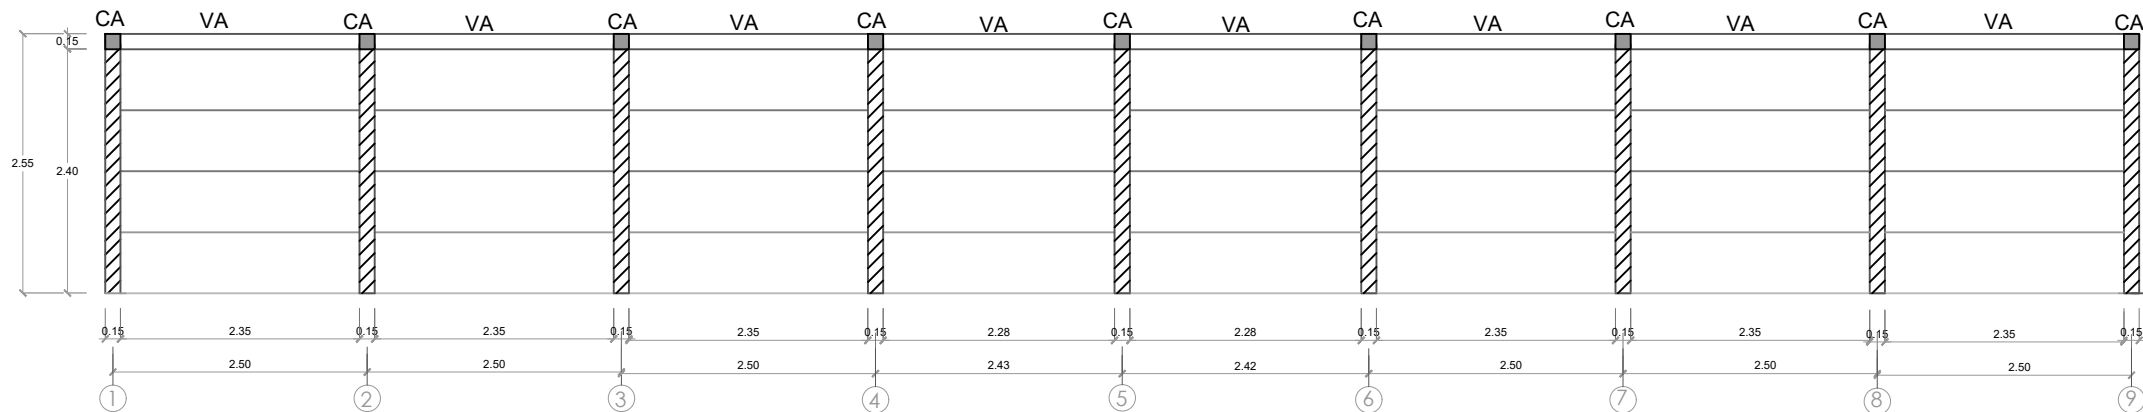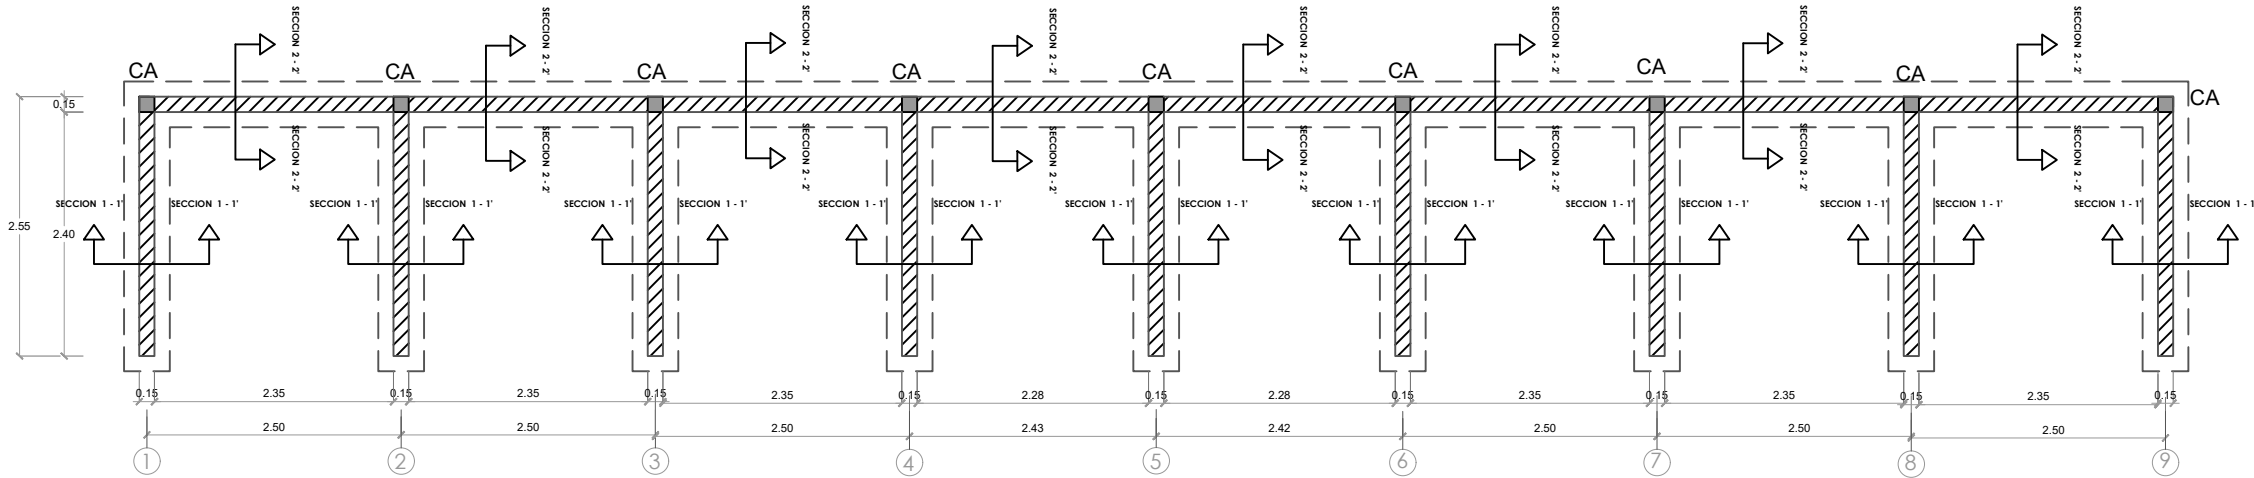

PLANTA ESTRUCTURAL DE GRADA
ESC. 1:50

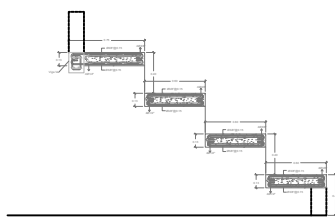


SECCIÓN LOSA - GRADA
ESC. 1:50

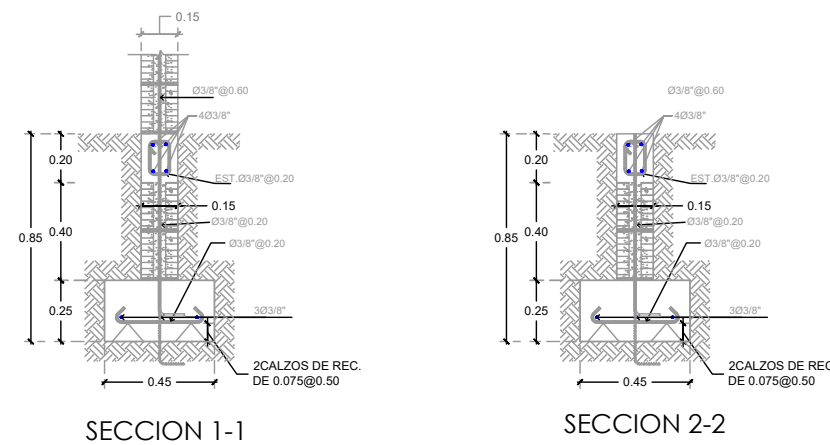

SECCION 1-1

SECCION 2-2

DETALLE ZAPATA
ESC. 1:50

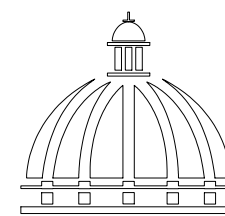

GOBIERNO DE LA
REPÚBLICA DOMINICANA

DIRECCIÓN DE DESARROLLO
PROVINCIAL
DDP

Ave. Dr. Delgado, Esq. Moises García,
Gazcue, Sto. Dgo., R.D.
TEL.: (809)-364-2189 | FAX.: (809)- 688-1665
E-Mail: info@cpadp.gob.do

PROYECTO:
**CONSTRUCCIÓN CANCHA DE BALONCESTO
LAS PAJAS, MUNICIPIO EL VALLE,
PROVINCIA HATO MAYOR**
REPÚBLICA DOMINICANA

EQUIPO DE TRABAJO:

DISEÑO ARQUITECTÓNICO
ARQ.

codia 00000

ENC. INGENIERÍA
ING. FIOR DALIZA BONIFACIO
codia 00000

ESTRUCTURAL
ING.
codia 00000

ELÉCTRICO
ING. JUAN PEREZ
codia 00000

HIDRO-SANITARIO
ING. FRANCIS ESTEVEZ
codia 00000

SELLO DE APROBACIÓN:

FECHA:

CONTENIDO:

BANQUETAS


ESCALA:

1:15


SEPTIEMBRE 2026

NO. PÁGINA:

011

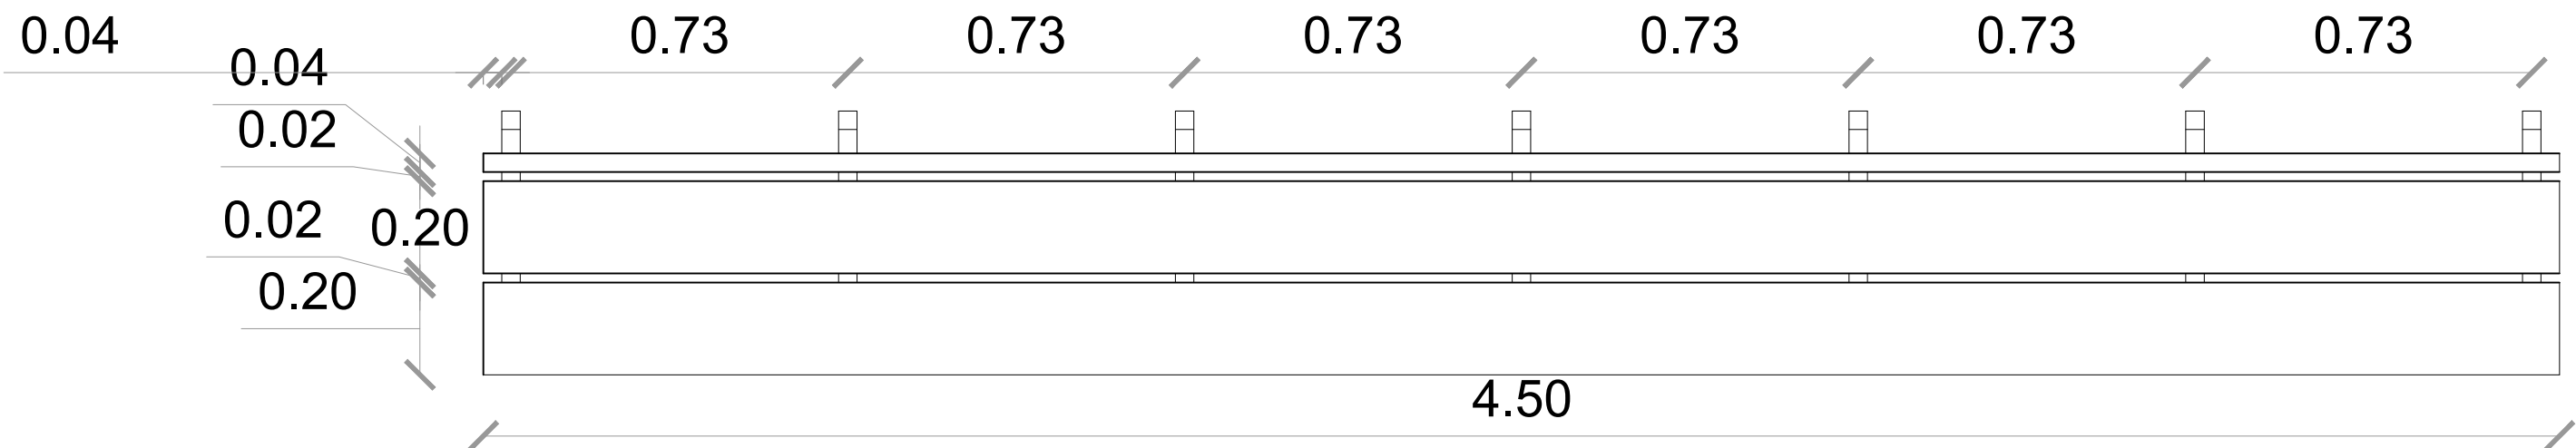

PLANTA
ESC. 1:15

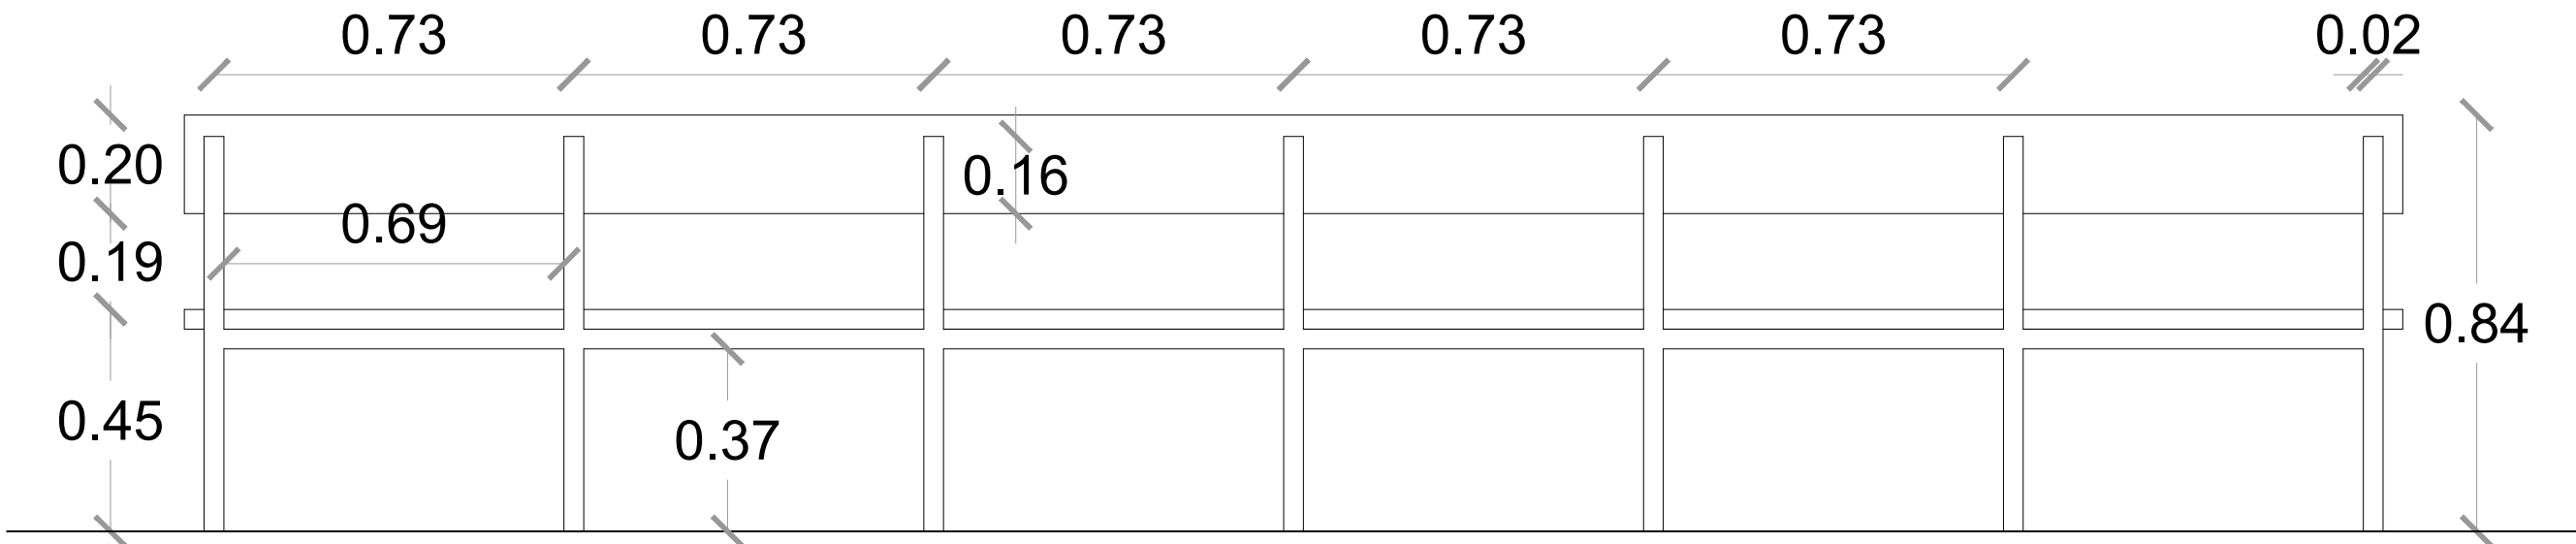


ELEVACIÓN POSTERIOR
ESC. 1:15


SECCIÓN TRANSVERSAL - BANQUETAS
ESC. 1:15

Acero laminado pintado,
seccion cuadrada
4 cm x 4

Tablas
laqueadas
1 1/2" x 8"

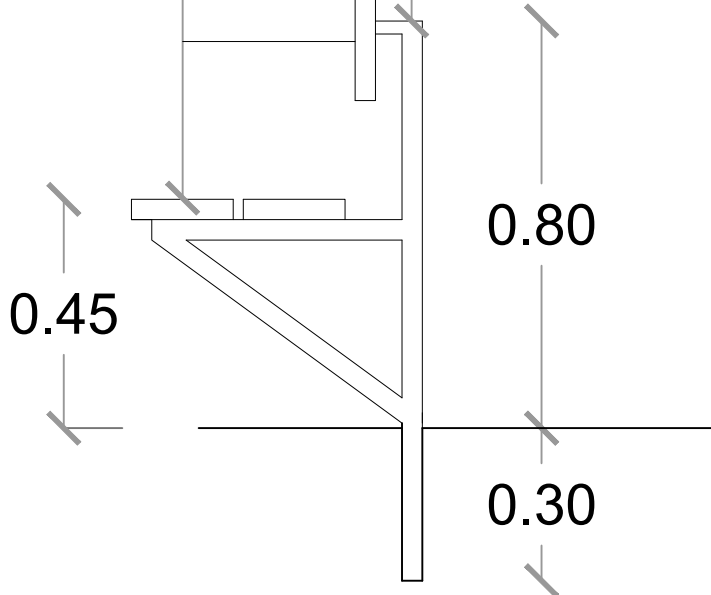

NOTA: Estos planos pueden ser modificados en campo.

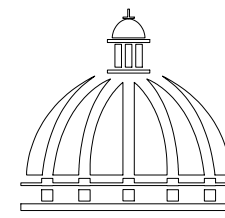

GOBIERNO DE LA
REPÚBLICA DOMINICANA

DIRECCIÓN DE DESARROLLO
PROVINCIAL
DDP

Ave. Dr. Delgado, Esq. Moises García,
Gazcue, Sto. Dgo., R.D.
TEL.: (809)-364-2189 | FAX.: (809)- 688-1665
E-Mail: info@cpadp.gob.do

PROYECTO:
**CONSTRUCCIÓN CANCHA DE BALONCESTO
LAS PAJAS, MUNICIPIO EL VALLE,
PROVINCIA HATO MAYOR**
REPÚBLICA DOMINICANA

EQUIPO DE TRABAJO:

DISEÑO ARQUITECTÓNICO
ARQ.

codia 00000

ENC. INGENIERÍA
ING. FIOR DALIZA BONIFACIO
codia 00000

ESTRUCTURAL
ING.

codia 00000

ELÉCTRICO
ING. JUAN PEREZ
codia 00000

HIDRO-SANITARIO
ING. FRANCIS ESTEVEZ
codia 00000

SELLO DE APROBACIÓN:

FECHA:

CONTENIDO:


DETALLES VERJA PERIMETRAL

ESCALA:
1:50


SEPTIEMBRE 2026

NO. PÁGINA:


012

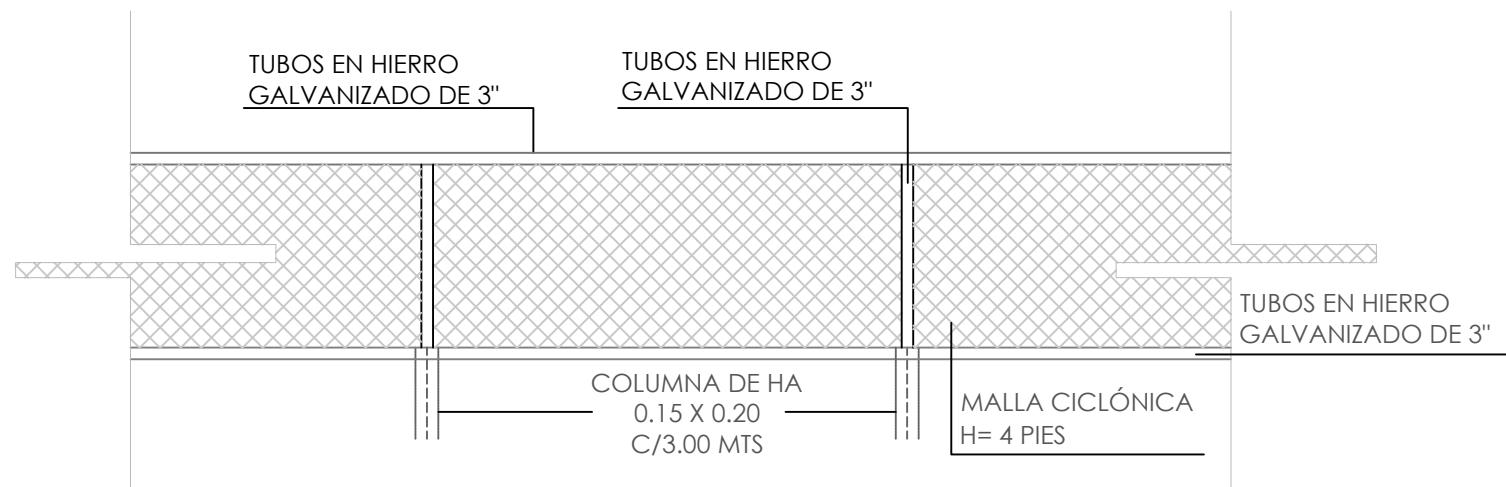



11
00
ELEVACIÓN
ESC. 1:30

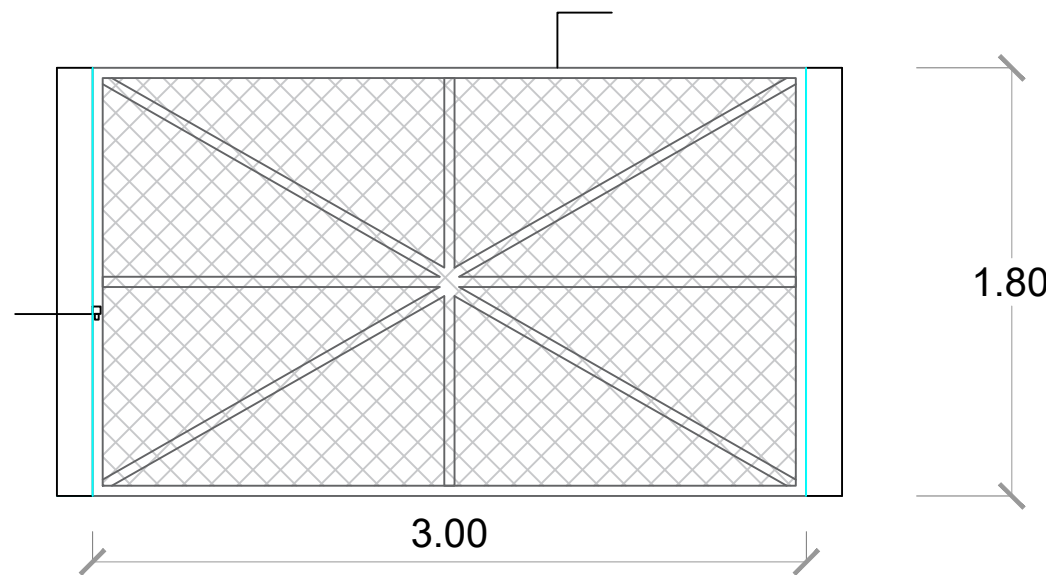


11
00
PUERTA MALLA CICLÓNICA
ESC. 1:30

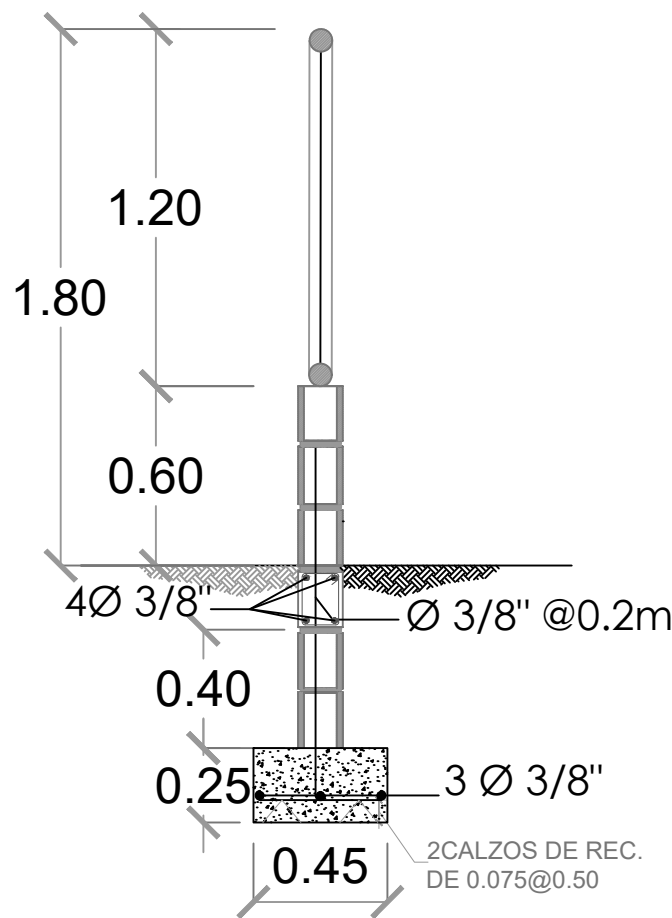

11
00
MUROS EN BLOQUES Y MALLA CICLÓNICA
ESC. 1:30

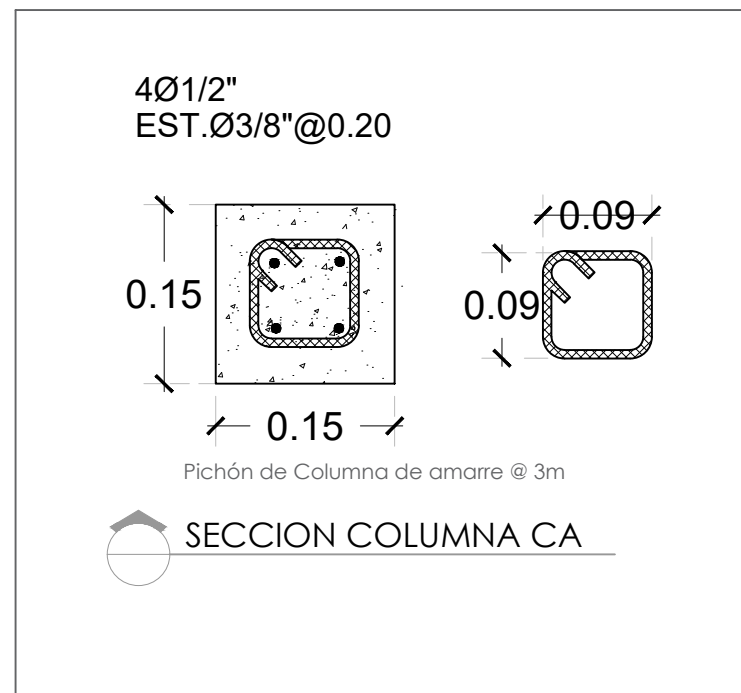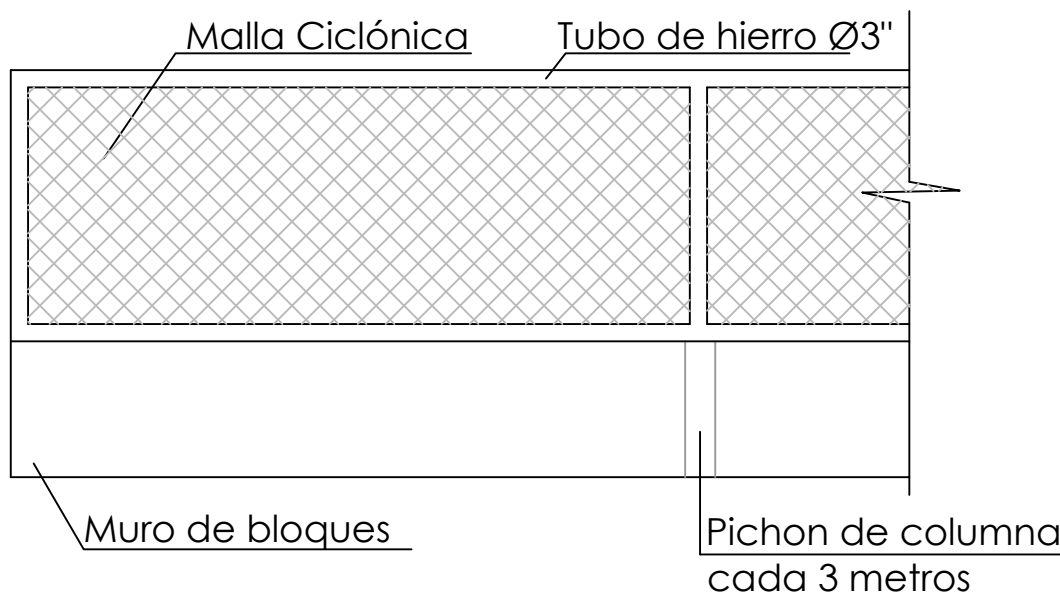

SECCION COLUMNA CA

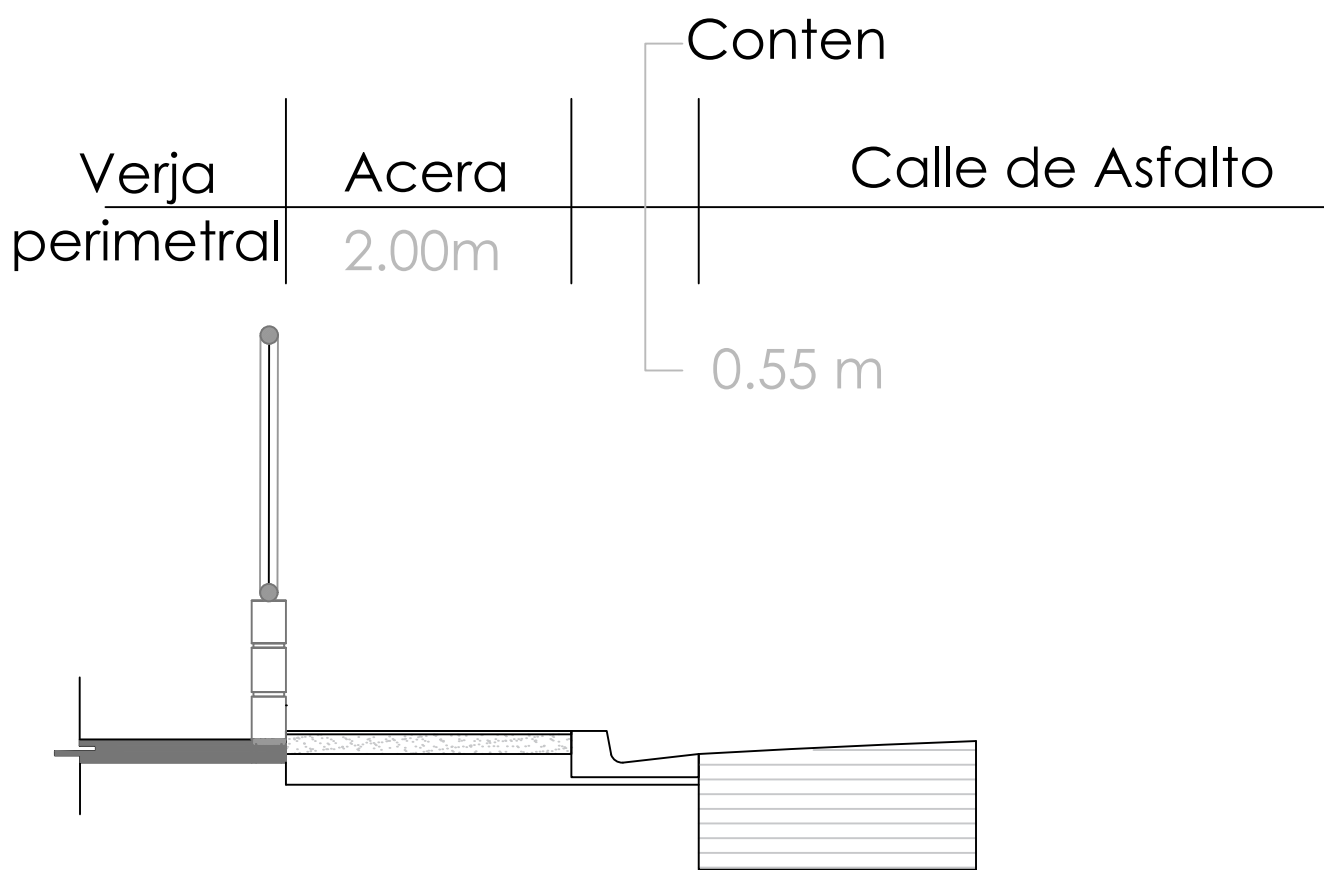


11
00
DETALLES ACERAS Y CONTENES
ESC. 1:30



DETALLES DE VERJA PERIMETRAL
ESC. 1:75

NOTA: Estos planos pueden ser modificados en campo.

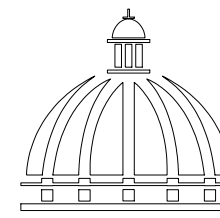

GOBIERNO DE LA
REPÚBLICA DOMINICANA

DIRECCIÓN DE DESARROLLO
PROVINCIAL
DDP

Ave. Dr. Delgado, Esq. Moises García,
Gazcue, Sto. Dgo., R.D.
TEL.: (809)-364-2189 | FAX.: (809)- 688-1665
E-Mail: info@cpadp.gob.do

PROYECTO:
CONSTRUCCIÓN CANCHA DE BALONCESTO
LAS PAJAS, MUNICIPIO EL VALLE,
PROVINCIA HATO MAYOR
REPÚBLICA DOMINICANA

EQUIPO DE TRABAJO:

DISEÑO ARQUITECTÓNICO
ARQ.

codia 00000

ENC. INGENIERÍA
ING. FIOR DALIZA BONIFACIO
codia 00000

ESTRUCTURAL
ING.

codia 00000

ELÉCTRICO
ING. JUAN PEREZ
codia 00000

HIDRO-SANITARIO
ING. FRANCIS ESTEVEZ
codia 00000

SELLO DE APROBACIÓN:

FECHA:

CONTENIDO:

PLANTA DE TECHO


ESCALA:


1:30

SEPTIEMBRE 2026


NO. PÁGINA:

013

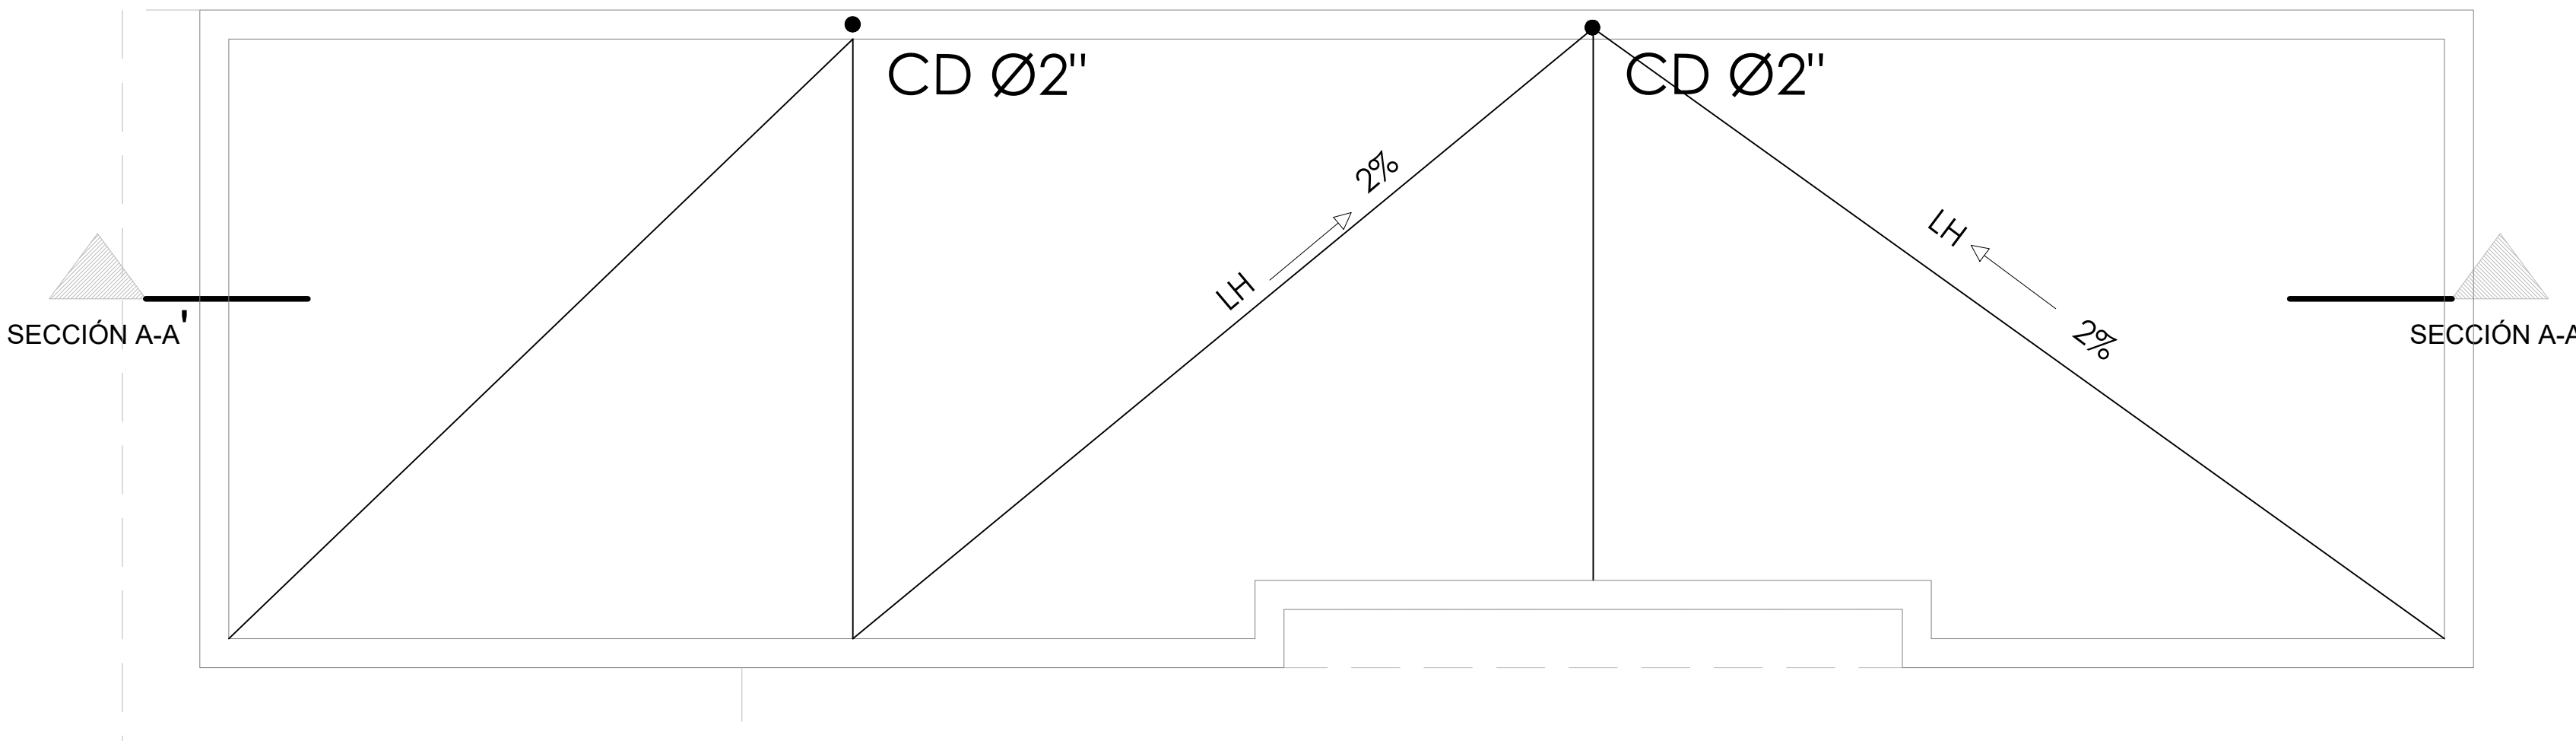

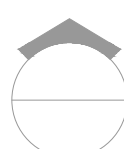 **PLANTA DE TECHO**
ESC. 1:30

NOTA: Estos planos pueden ser modificados en campo.

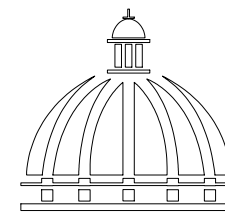

GOBIERNO DE LA
REPÚBLICA DOMINICANA

DIRECCIÓN DE DESARROLLO
PROVINCIAL
DDP

Ave. Dr. Delgado, Esq. Moises García,
Gazcue, Sto. Dgo., R.D.
TEL.: (809)-364-2189 | FAX.: (809)- 688-1665
E-Mail: info@cpadp.gob.do

PROYECTO:
CONSTRUCCIÓN CANCHA DE BALONCESTO
LAS PAJAS, MUNICIPIO EL VALLE,
PROVINCIA HATO MAYOR
REPÚBLICA DOMINICANA

EQUIPO DE TRABAJO:

DISEÑO ARQUITECTÓNICO

ARQ.
codia 00000

ENC. INGENIERÍA

ING. FIOR DALIZA BONIFACIO
codia 00000

ESTRUCTURAL

ING.
codia 00000

ELÉCTRICO

ING. JUAN PEREZ
codia 00000

HIDRO-SANITARIO

ING. FRANCIS ESTEVEZ
codia 00000

SELLO DE APROBACIÓN:

FECHA:


CONTENIDO:
PLANTA DE TECHO DIMENSIONADA
-OFICINA , BAÑO, ALMACEN Y
CAFETERIA-

ESCALA: **1:30**


SEPTIEMBRE 2026

NO. PÁGINA:

014

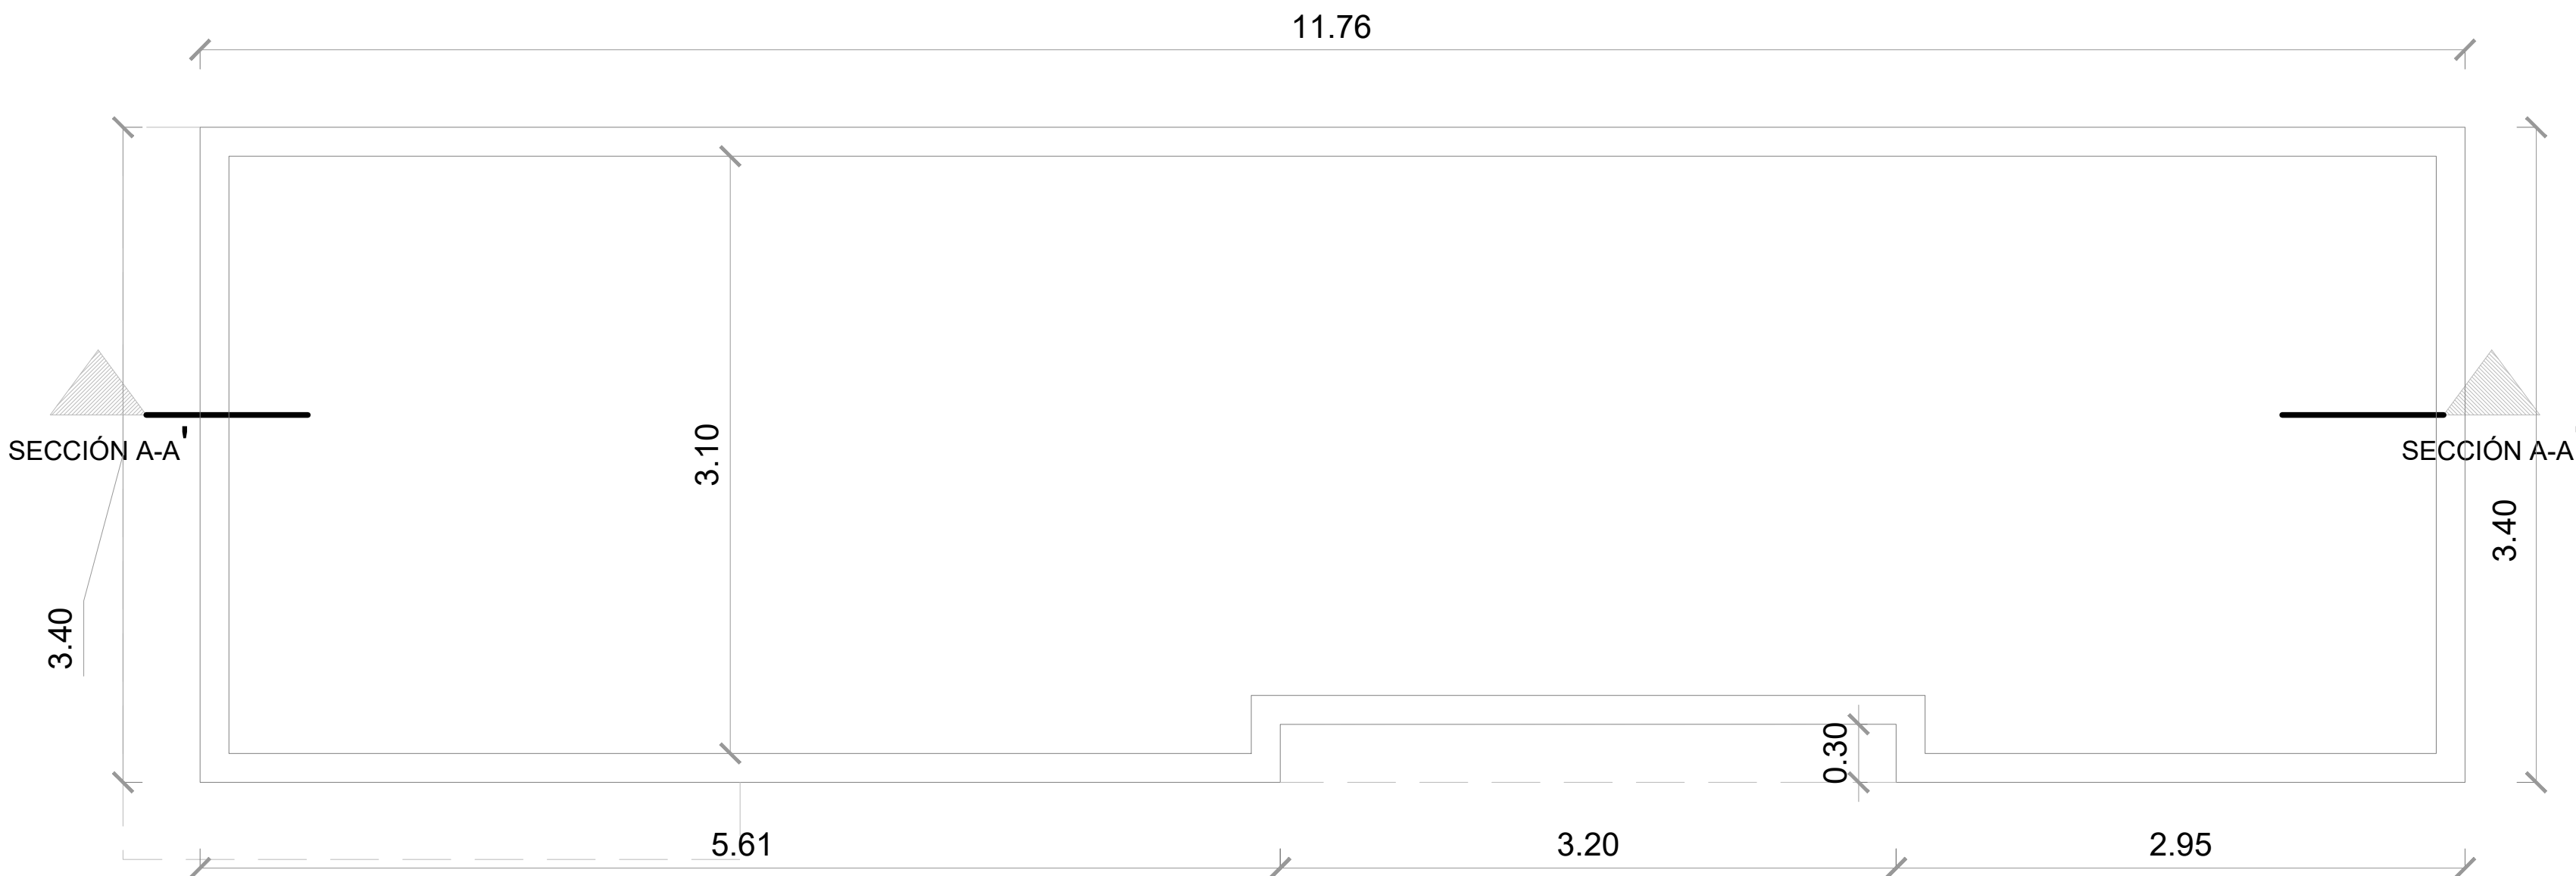

NOTA: Estos planos pueden ser modificados en campo.

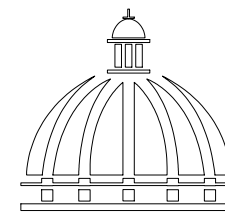

GOBIERNO DE LA
REPÚBLICA DOMINICANA

DIRECCIÓN DE DESARROLLO
PROVINCIAL
DDP

Ave. Dr. Delgado, Esq. Moises García,
Gazcue, Sto. Dgo., R.D.
TEL.: (809)-364-2189 | FAX.: (809)- 688-1665
E-Mail: info@cpadp.gob.do

PROYECTO:
**CONSTRUCCIÓN CANCHA DE BALONCESTO
LAS PAJAS, MUNICIPIO EL VALLE,
PROVINCIA HATO MAYOR**
REPÚBLICA DOMINICANA

EQUIPO DE TRABAJO:

DISEÑO ARQUITECTÓNICO
ARQ.

codia 00000

ENC. INGENIERÍA
ING. FIOR DALIZA BONIFACIO
codia 00000

ESTRUCTURAL
ING.

codia 00000

ELÉCTRICO
ING. JUAN PEREZ
codia 00000

HIDRO-SANITARIO
ING. FRANCIS ESTEVEZ
codia 00000

SELLO DE APROBACIÓN:

FECHA:


CONTENIDO:
**PLANTA ARQUITECTÓNICA
AMUEBLADA
- OFICINA , BAÑO, ALMACEN Y
CAFETERIA-**

ESCALA: **1:30**

SEPTIEMBRE 2026

NO. PÁGINA:


015

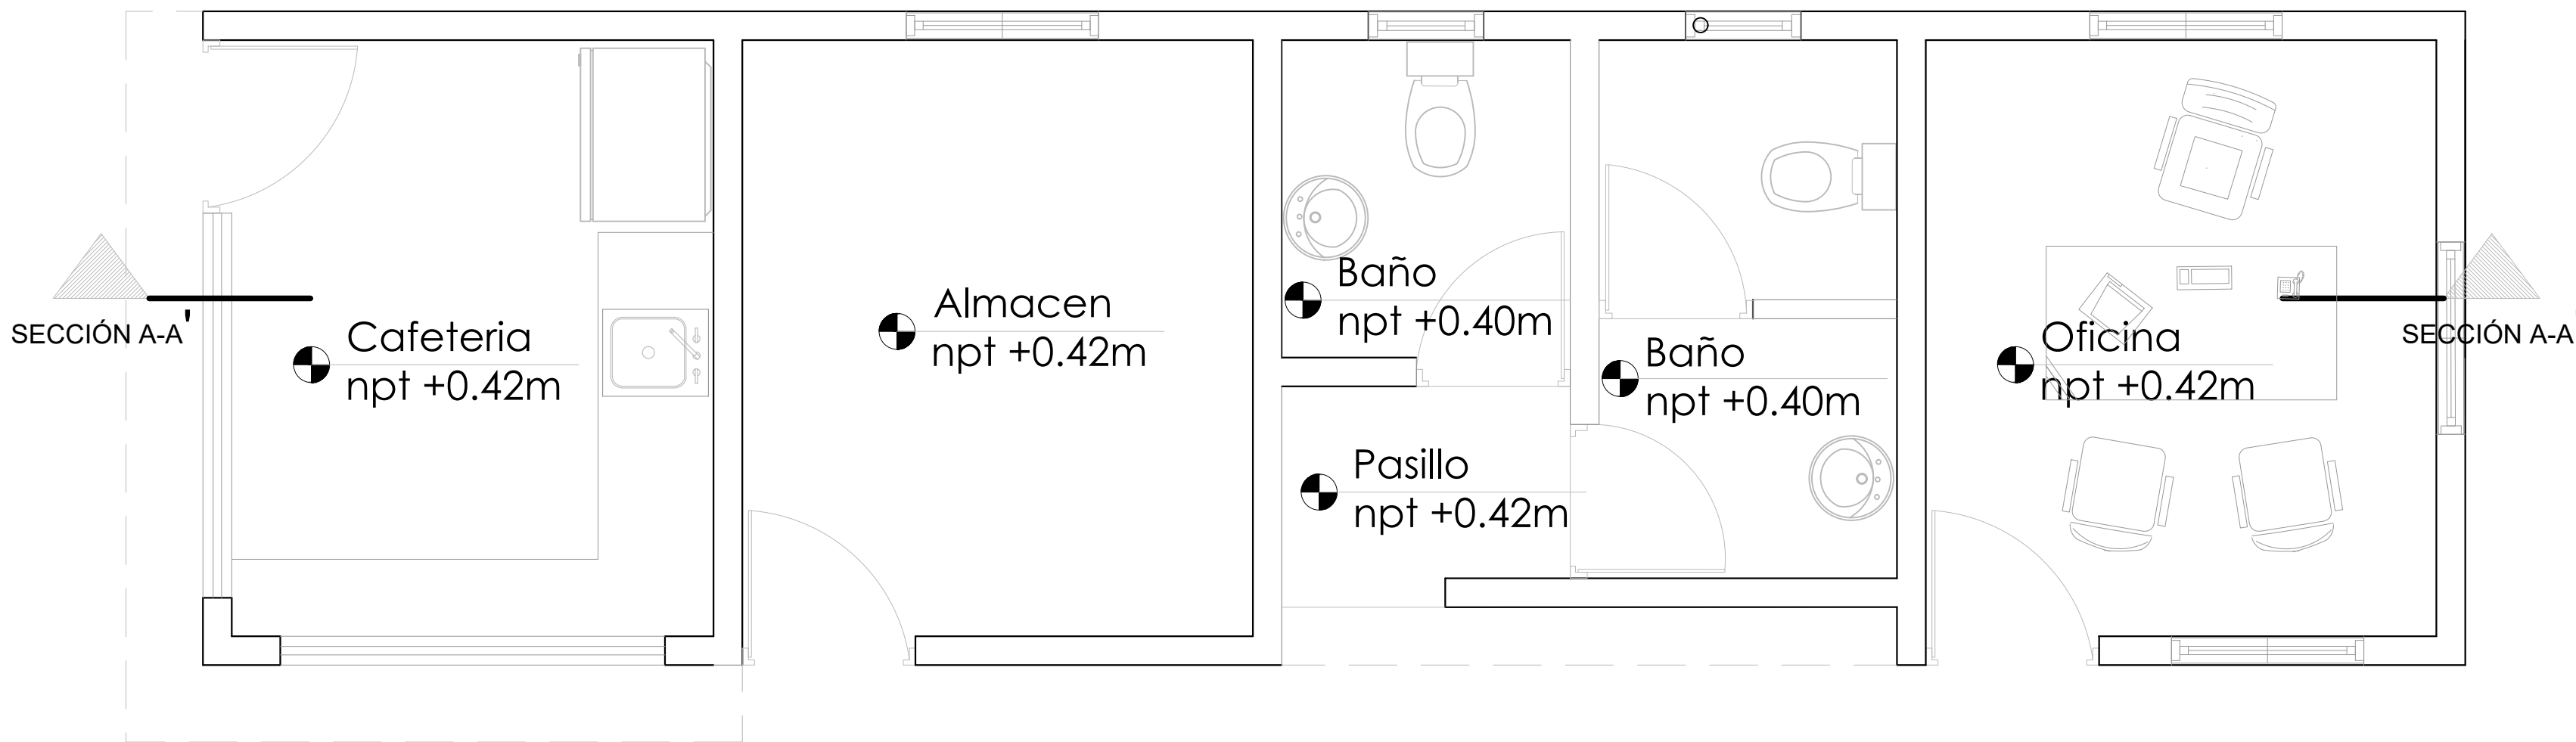

PLANTA ARQUITECTÓNICA AMUEBLADA - OFICINA Y BAÑO

ESC. 1:30

NOTA: Estos planos pueden ser modificados en campo.

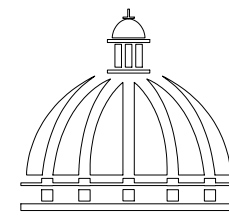

GOBIERNO DE LA
REPÚBLICA DOMINICANA

DIRECCIÓN DE DESARROLLO
PROVINCIAL
DDP

Ave. Dr. Delgado, Esq. Moises García,
Gazcue, Sto. Dgo., R.D.
TEL.: (809)-364-2189 | FAX.: (809)- 688-1665
E-Mail: info@cpadp.gob.do

PROYECTO:
**CONSTRUCCIÓN CANCHA DE BALONCESTO
LAS PAJAS, MUNICIPIO EL VALLE,
PROVINCIA HATO MAYOR**
REPÚBLICA DOMINICANA

EQUIPO DE TRABAJO:

DISEÑO ARQUITECTÓNICO
ARQ.

codia 00000

ENC. INGENIERÍA
ING. FIOR DALIZA BONIFACIO
codia 00000

ESTRUCTURAL
ING.
codia 00000

ELÉCTRICO
ING. JUAN PEREZ
codia 00000

HIDRO-SANITARIO
ING. FRANCIS ESTEVEZ
codia 00000

SELLO DE APROBACIÓN:

FECHA:


CONTENIDO:
**PLANTA ARQUITECTÓNICA
DIMENSIONADA
- OFICINA , BAÑO, ALMACEN Y
CAFETERIA-**

ESCALA: **1:30**

SEPTIEMBRE 2026

NO. PÁGINA:


016

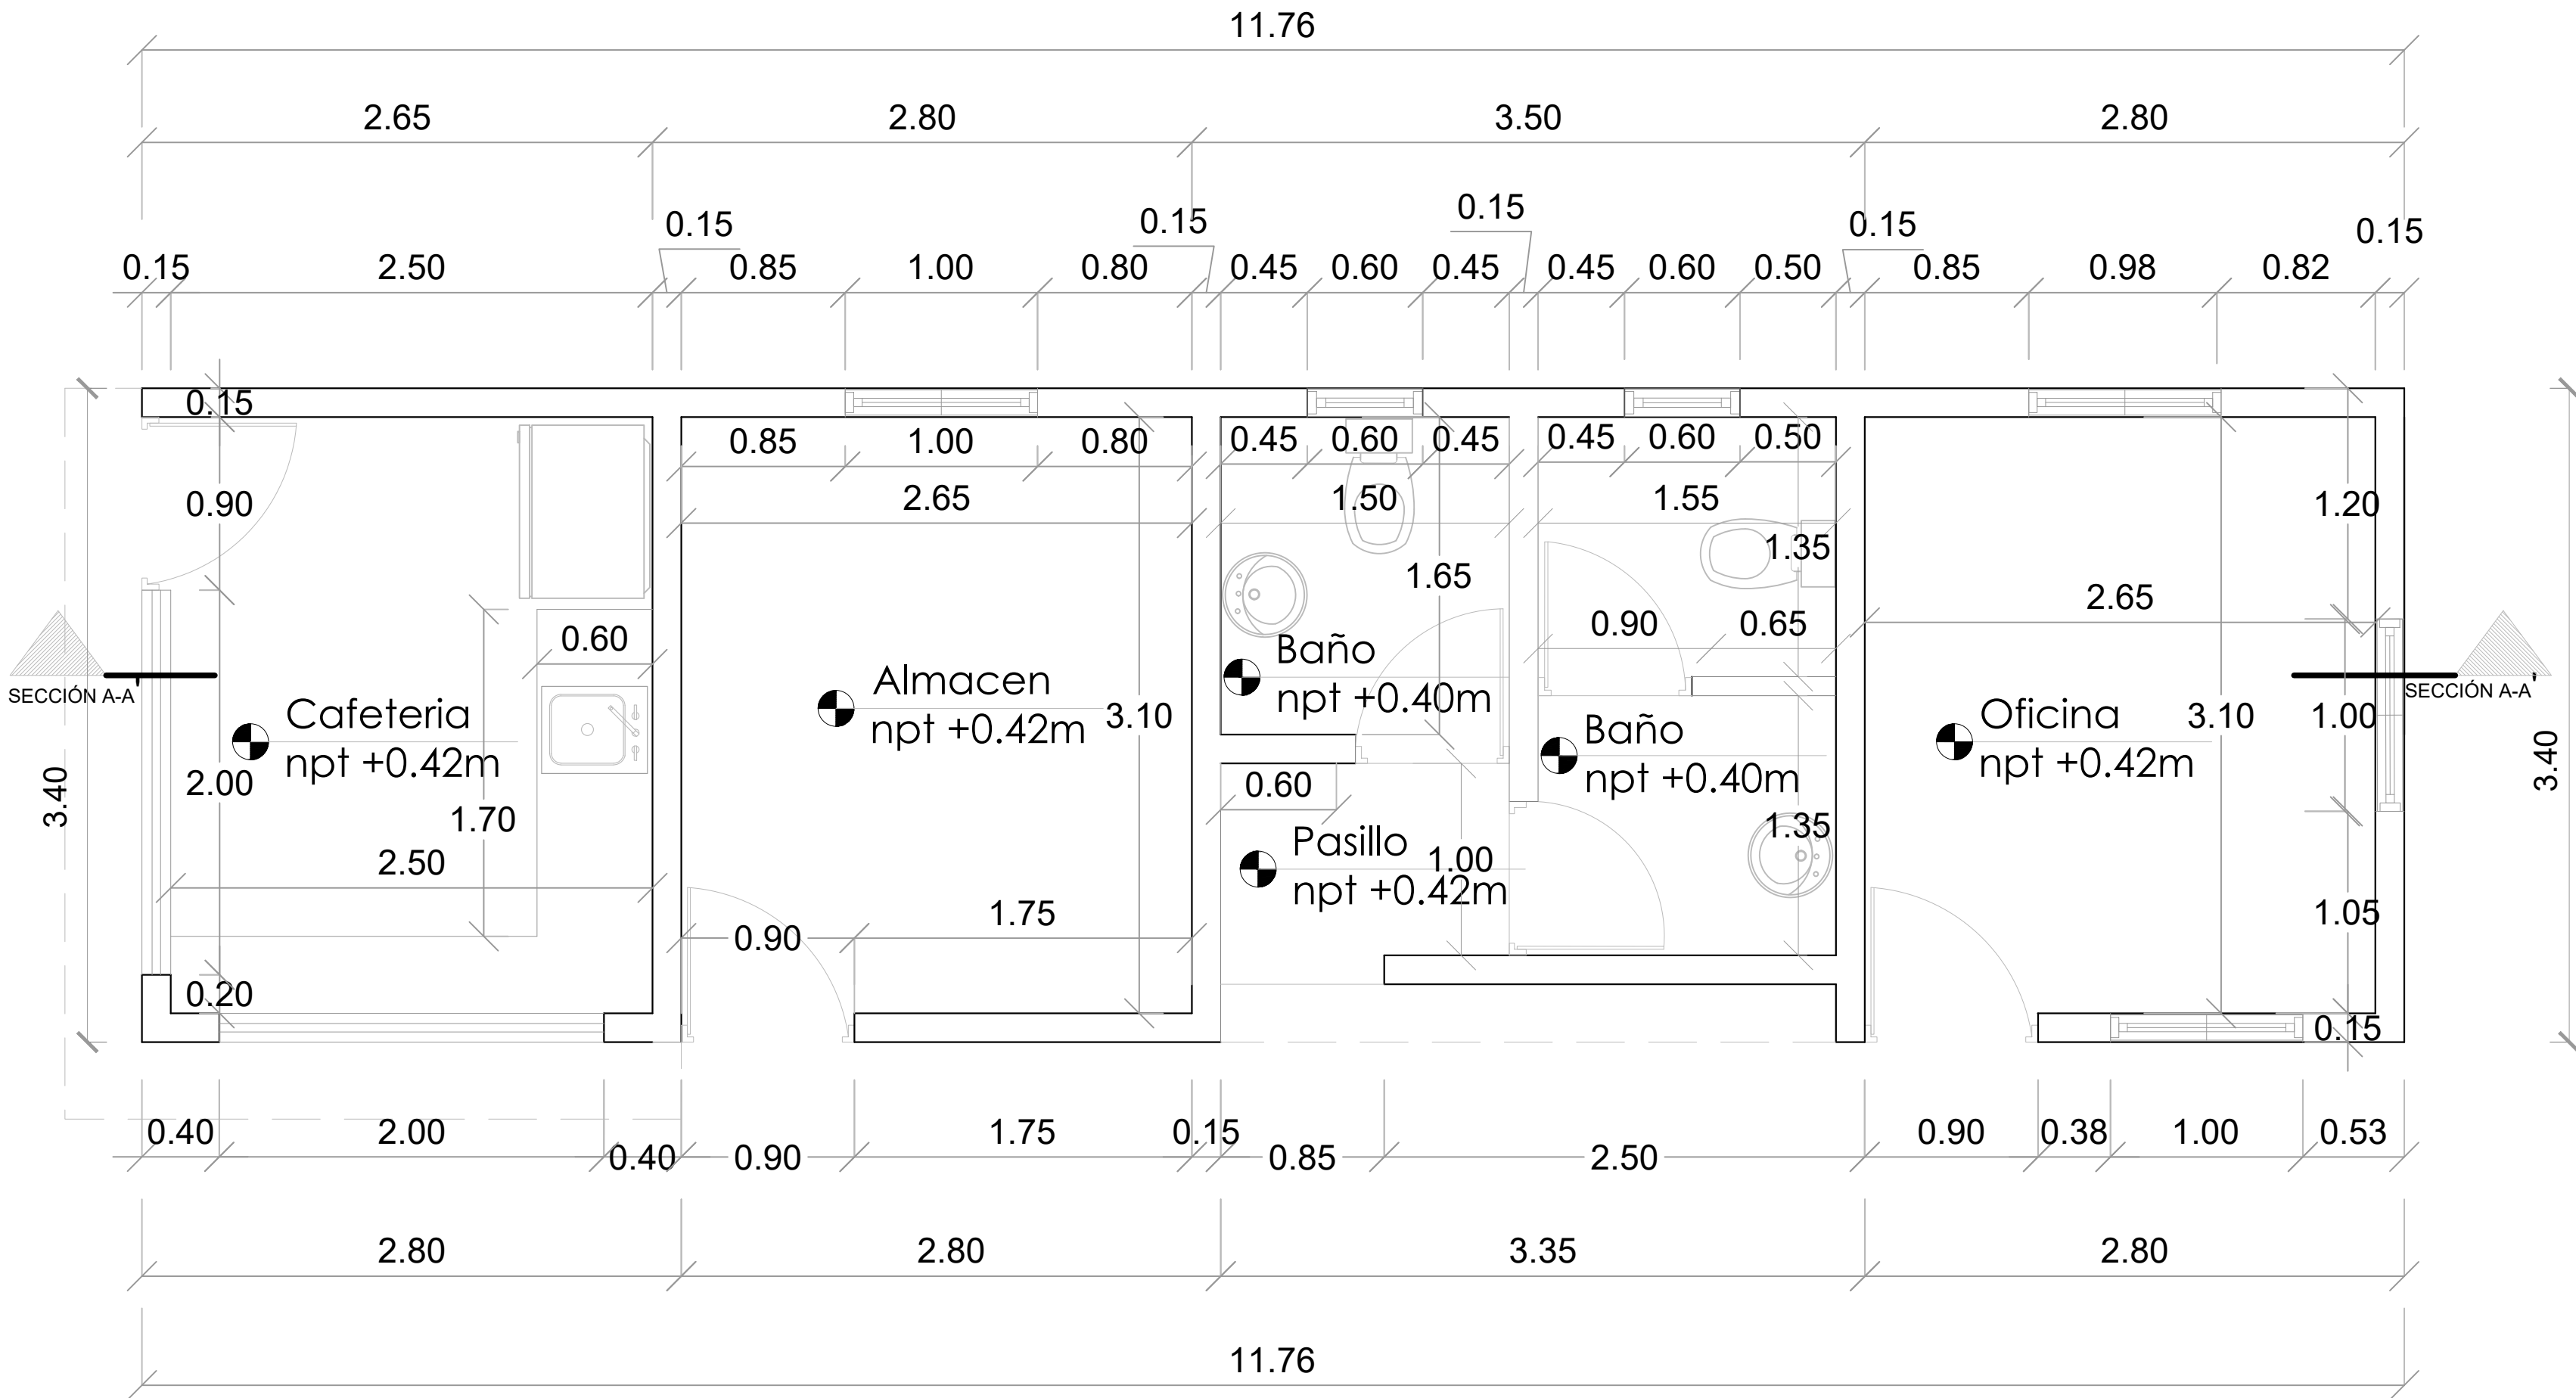

PLANTA ARQUITECTÓNICA DIMENSIONADA - OFICINA Y BAÑO

ESC. 1:30

NOTA: Estos planos pueden ser modificados en campo.

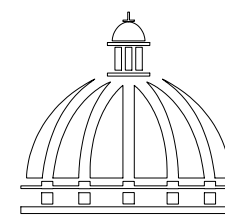

GOBIERNO DE LA
REPÚBLICA DOMINICANA

DIRECCIÓN DE DESARROLLO
PROVINCIAL
DDP

Ave. Dr. Delgado, Esq. Moises García,
Gazcue, Sto. Dgo., R.D.
TEL.: (809)-364-2189 | FAX.: (809)- 688-1665
E-Mail: info@cpadp.gob.do

PROYECTO:
**CONSTRUCCIÓN CANCHA DE BALONCESTO
LAS PAJAS, MUNICIPIO EL VALLE,
PROVINCIA HATO MAYOR**
REPÚBLICA DOMINICANA

EQUIPO DE TRABAJO:

DISEÑO ARQUITECTÓNICO
ARQ.

codia 00000

ENC. INGENIERÍA
ING. FIOR DALIZA BONIFACIO
codia 00000

ESTRUCTURAL
ING.
codia 00000

ELÉCTRICO
ING. JUAN PEREZ
codia 00000

HIDRO-SANITARIO
ING. FRANCIS ESTEVEZ
codia 00000

SELLO DE APROBACIÓN:

FECHA:


CONTENIDO:
PLANTA DE PISOS

ESCALA: **1:30**


SEPTIEMBRE 2026

NO. PÁGINA:


017

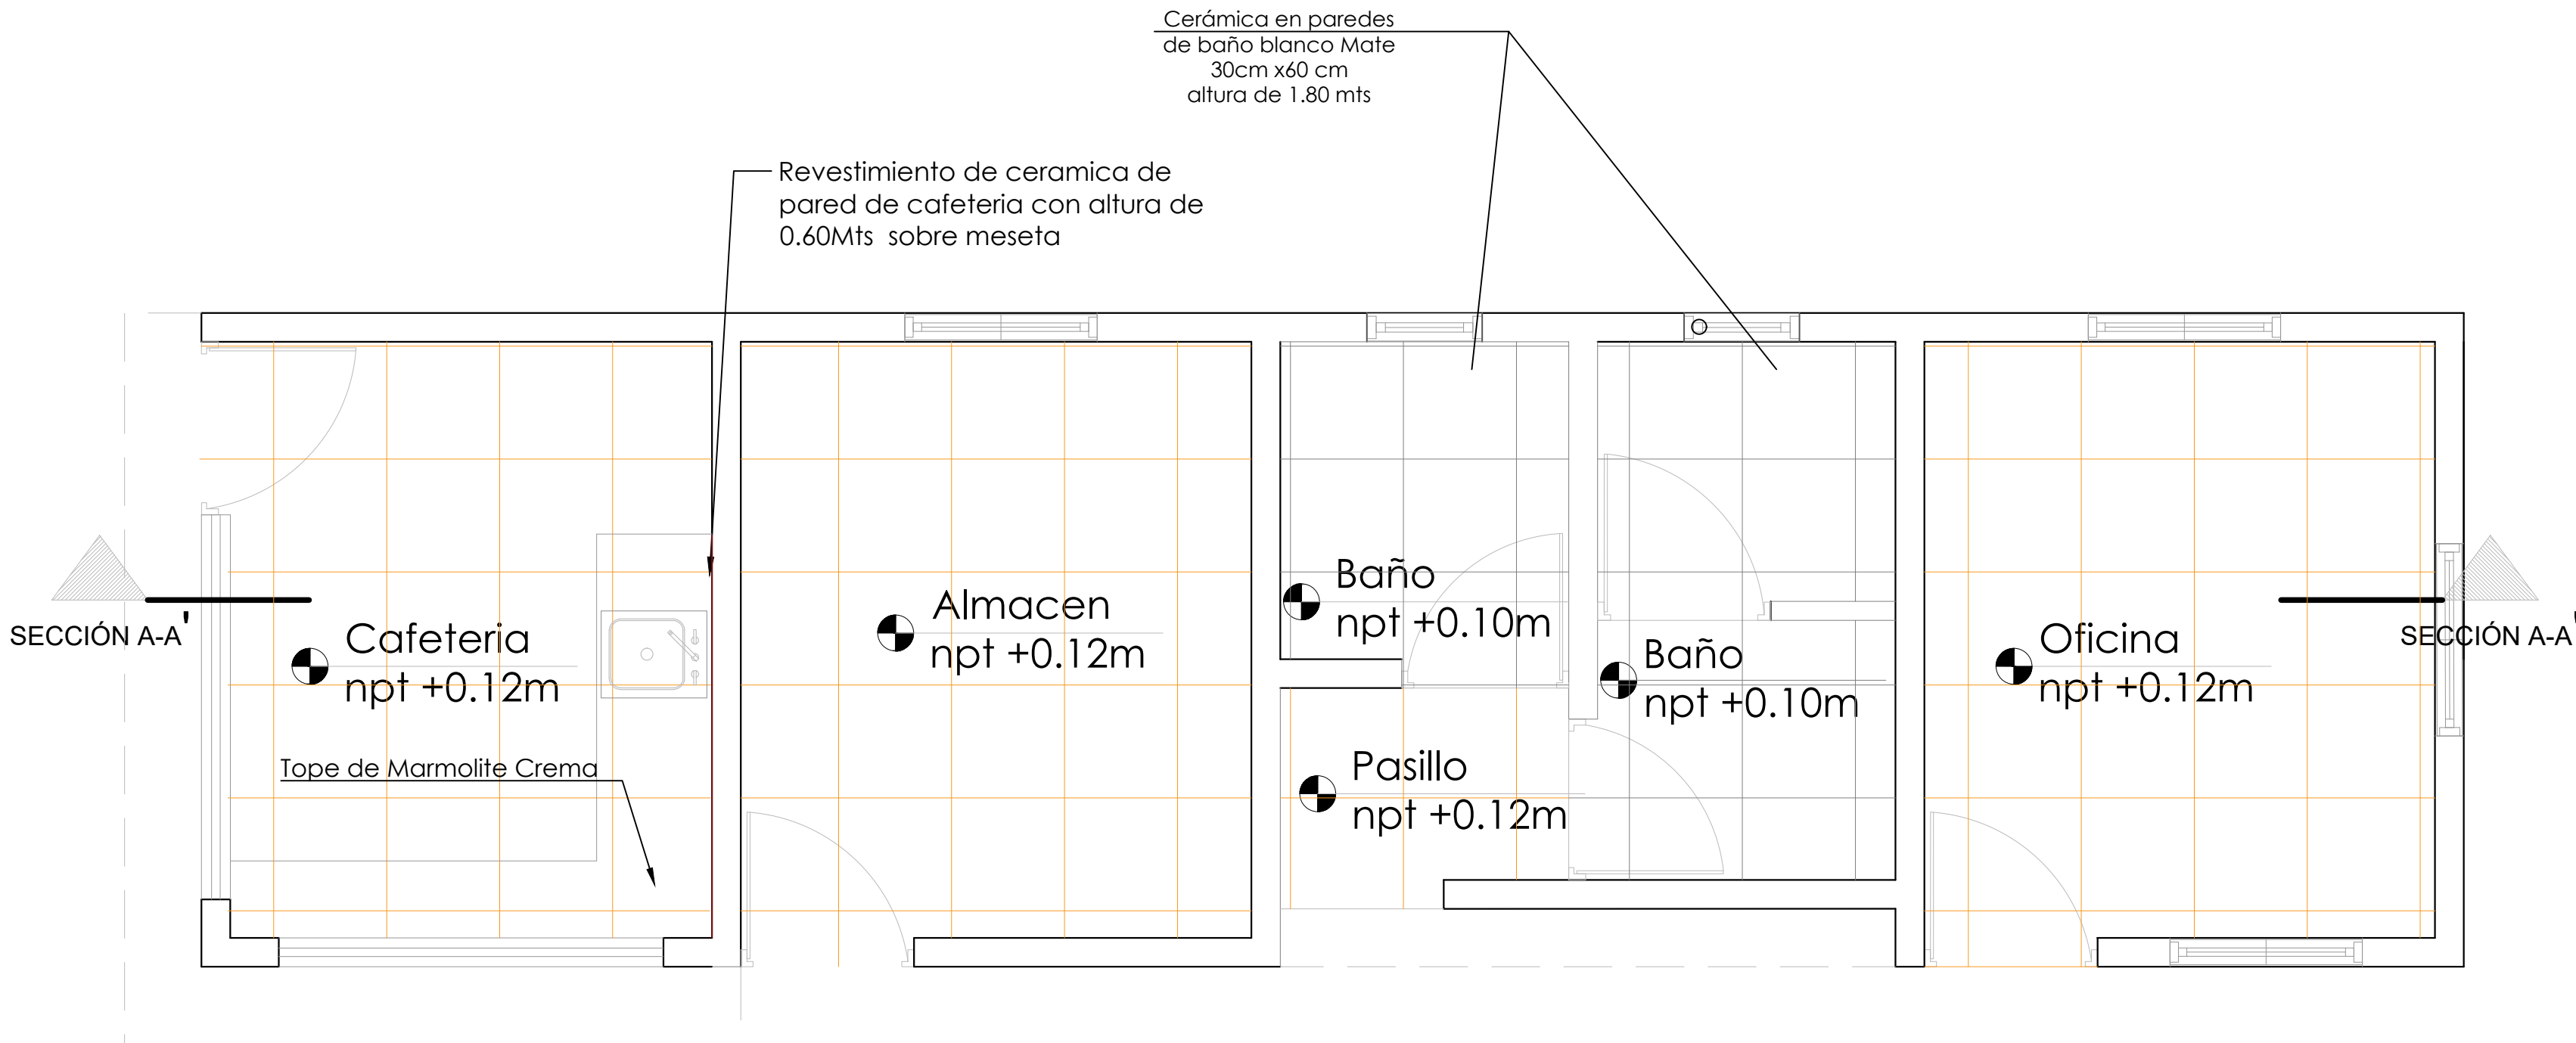

****COLOCAR ACCESORIOS EN BAÑOS**

 

 
Ceramica de 45cmts y 45 cmts color gris
7.01 Mts2



Ceramica de 45cmts y 45 cmts color crema
26.25 Mts2




Ceramica de 45cmts y 45 cmts color crema
1.26 Mts2

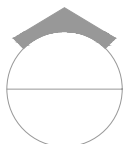

PLANTA DE PISOS

ESC. 1:30

NOTA: Estos planos pueden ser modificados en campo.

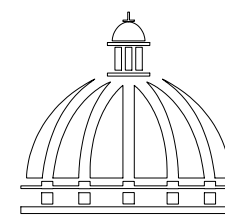

GOBIERNO DE LA
REPÚBLICA DOMINICANA

DIRECCIÓN DE DESARROLLO
PROVINCIAL
DDP

Ave. Dr. Delgado, Esq. Moises García,
Gazcue, Sto. Dgo., R.D.
TEL.: (809)-364-2189 | FAX.: (809)- 688-1665
E-Mail: info@cpadp.gob.do

PROYECTO:
**CONSTRUCCIÓN CANCHA DE BALONCESTO
LAS PAJAS, MUNICIPIO EL VALLE,
PROVINCIA HATO MAYOR**
REPÚBLICA DOMINICANA

EQUIPO DE TRABAJO:

DISEÑO ARQUITECTÓNICO
ARQ.

codia 00000

ENC. INGENIERÍA
ING. FIOR DALIZA BONIFACIO
codia 00000

ESTRUCTURAL
ING.

codia 00000

ELÉCTRICO
ING. JUAN PEREZ
codia 00000

HIDRO-SANITARIO
ING. FRANCIS ESTEVEZ
codia 00000

SELLO DE APROBACIÓN:

FECHA:

CONTENIDO:
PLANTA DE PUERTAS Y VENTANAS

ESCALA: **1:30**

SEPTIEMBRE 2026

NO. PÁGINA:

018

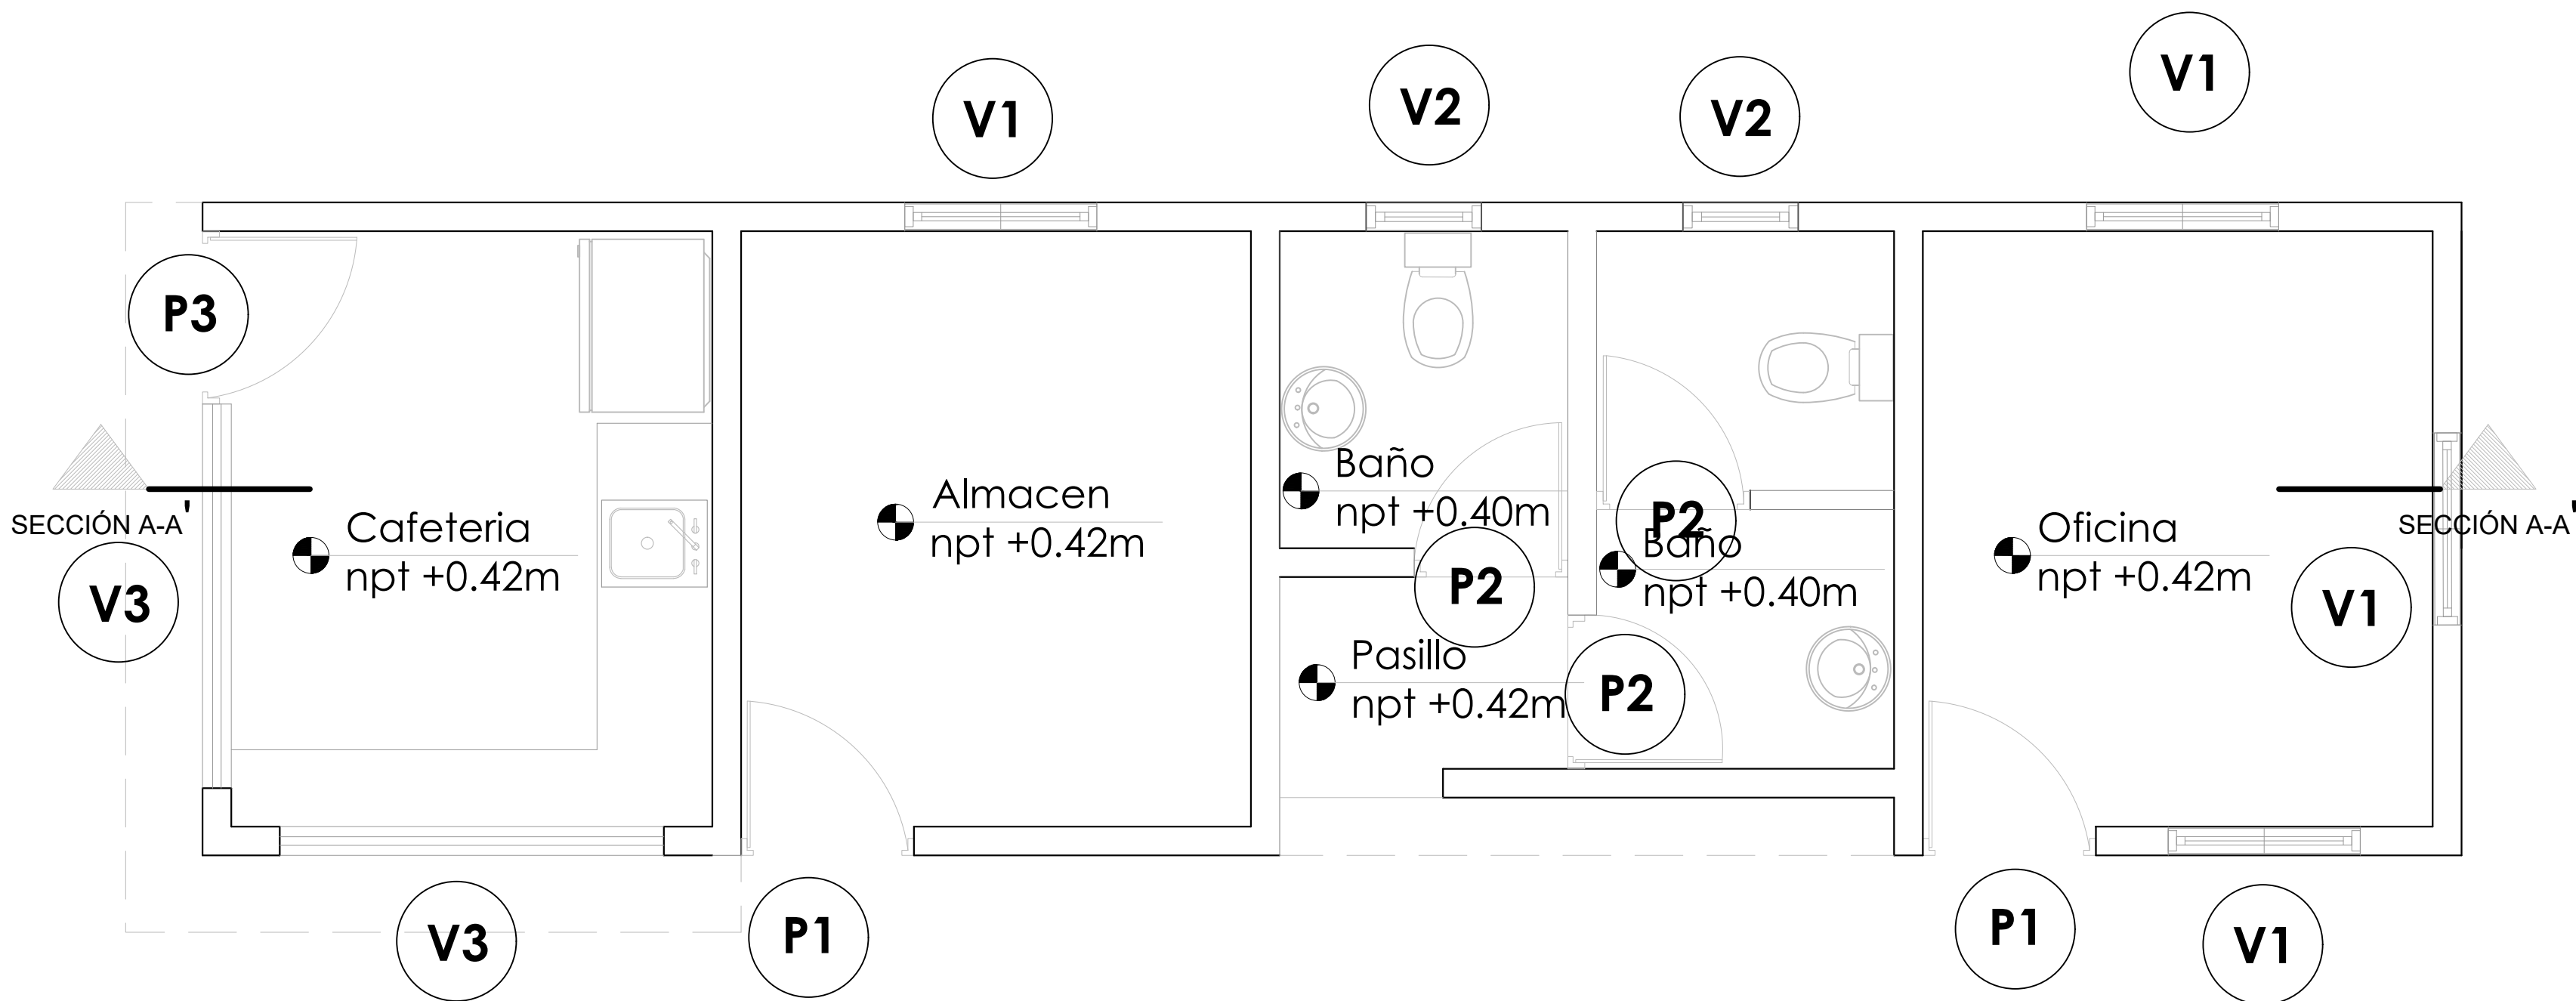


TABLA DE PUERTAS

No.	Tipo	Ancho	Altura	Material	Observaciones	Cantidad
P1	Abatible	0.90	2.10	Polimetálica	Blanca	2
P2	Abatible	0.80	2.10	Polimetálica	Blanca	3
P3	Abatible	0.90	2.10	Metálica	Blanca	1
Total: 6						

TABLA DE VENTANAS


No.	Tipo	Medidas	Altura	Material	Observaciones	Cant.
V1	Celosía	1.10x1.00	1.00	Aluminio	Celosías en Aluminio Blanca	4
V2	Celosía	0.60x0.60	1.50	Aluminio	Celosías en Aluminio Blanca	2
V3	Tola	2.00x1.10	1.00	Aluminio	Metálica de tola	1
Total: 7						



PLANTA DE PUERTAS Y VENTANAS

ESC. 1:30

NOTA: Estos planos pueden ser modificados en campo.

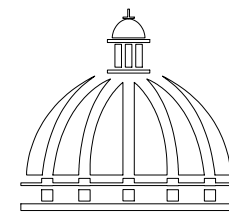

GOBIERNO DE LA
REPÚBLICA DOMINICANA

DIRECCIÓN DE DESARROLLO
PROVINCIAL
DDP

Ave. Dr. Delgado, Esq. Moises García,
Gazcue, Sto. Dgo., R.D.
TEL.: (809)-364-2189 | FAX.: (809)- 688-1665
E-Mail: info@cpadp.gob.do

PROYECTO:
**CONSTRUCCIÓN CANCHA DE BALONCESTO
LAS PAJAS, MUNICIPIO EL VALLE,
PROVINCIA HATO MAYOR**
REPÚBLICA DOMINICANA

EQUIPO DE TRABAJO:

DISEÑO ARQUITECTÓNICO
ARQ.

codia 00000

ENC. INGENIERÍA
ING. FIOR DALIZA BONIFACIO
codia 00000

ESTRUCTURAL
ING.

codia 00000

ELÉCTRICO
ING. JUAN PEREZ
codia 00000

HIDRO-SANITARIO
ING. FRANCIS ESTEVEZ
codia 00000

SELLO DE APROBACIÓN:

FECHA:


CONTENIDO:
PLANTA DE MOBILIARIO

ESCALA: **1:30**

SEPTIEMBRE 2026

NO. PÁGINA:

019

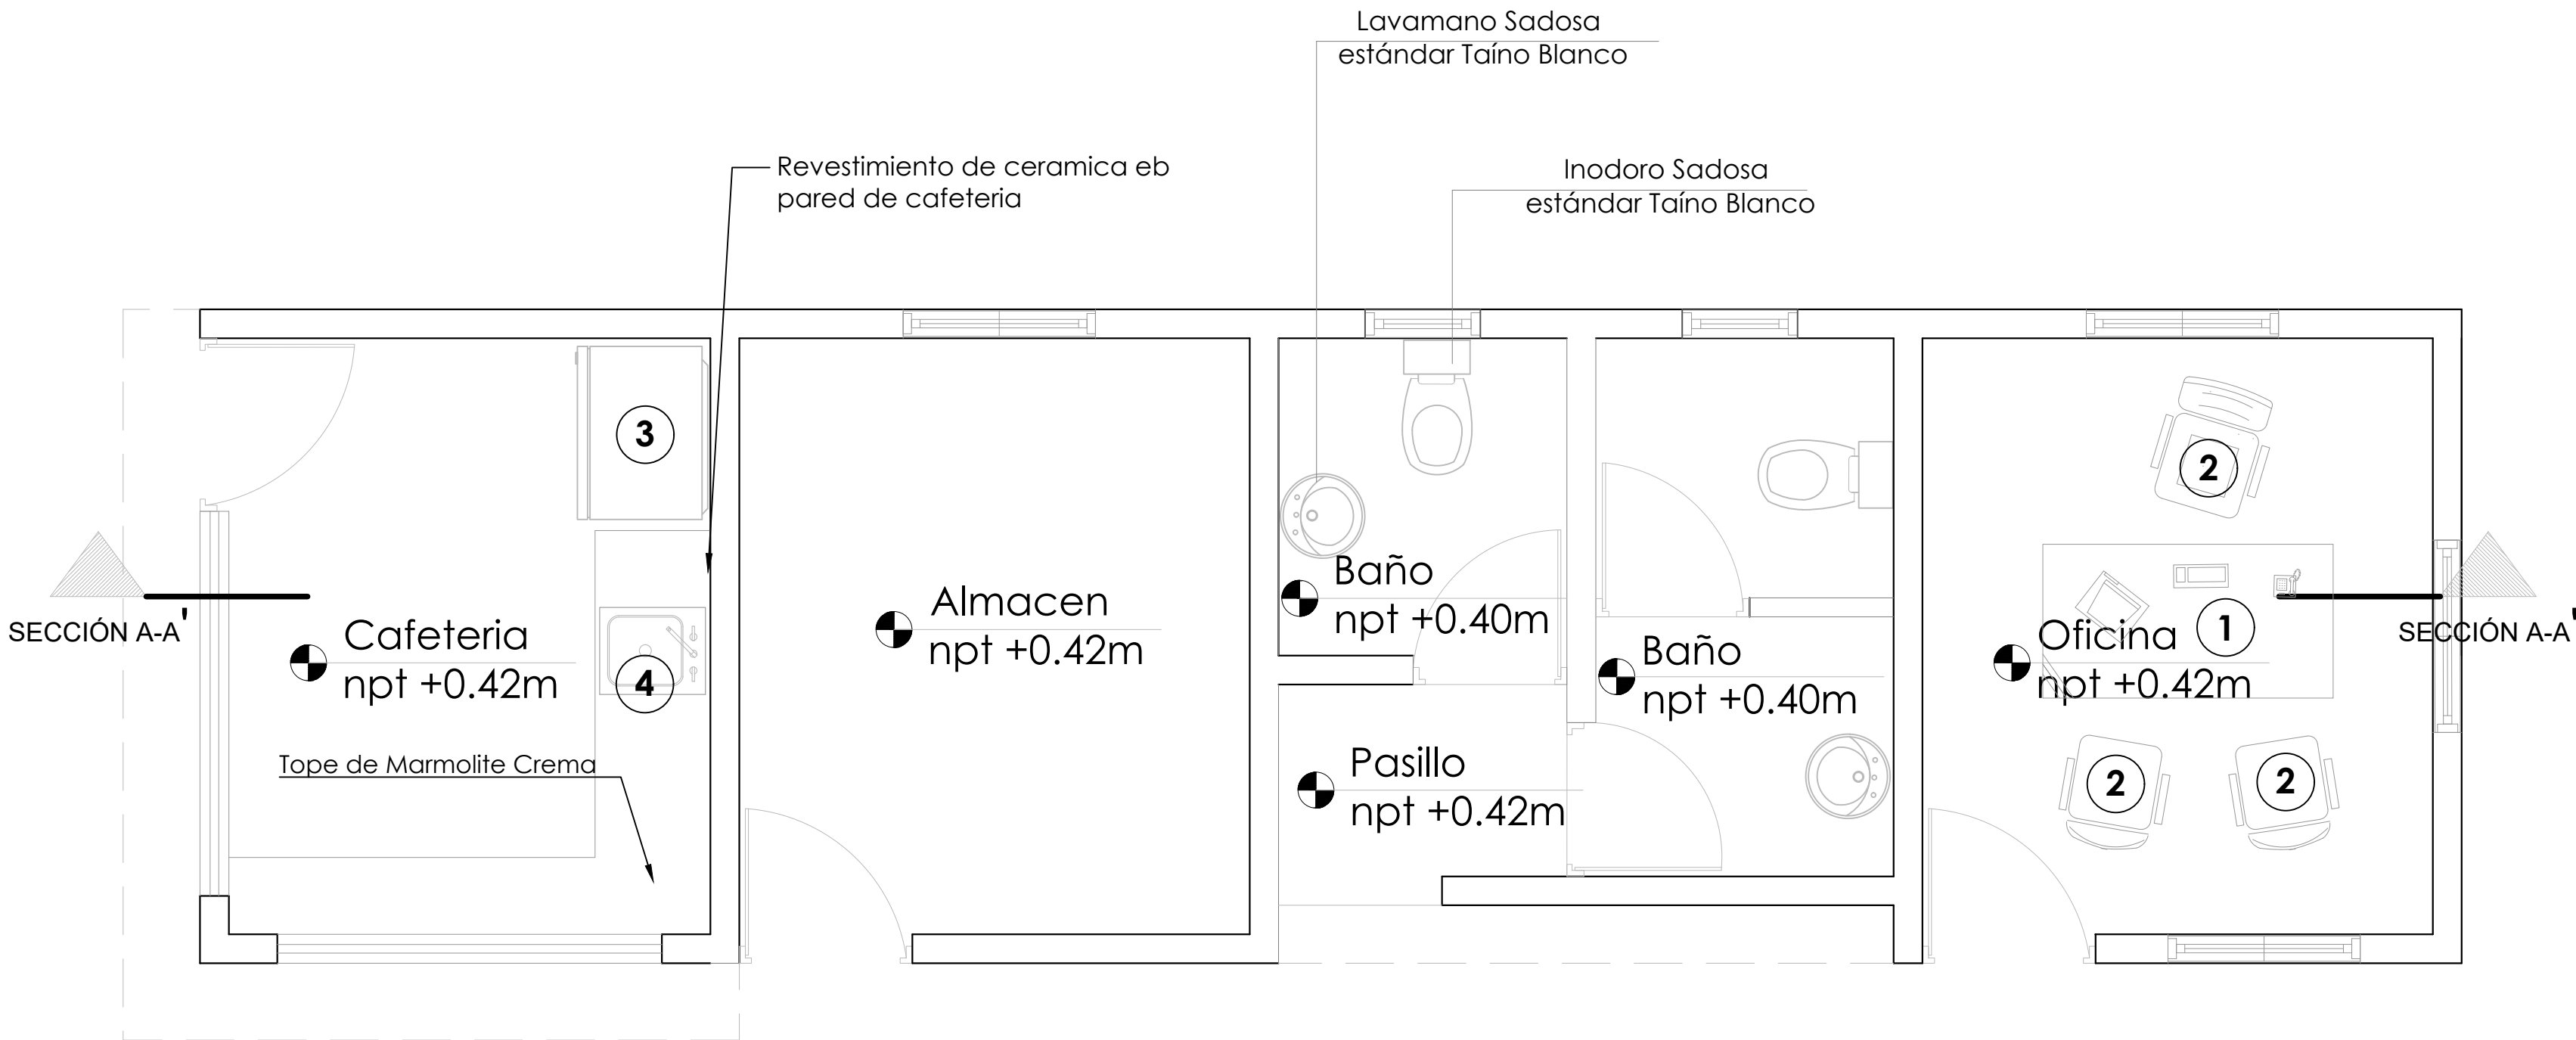


Lavamano Sadosa
estándar Taíno Blanco

	DESCRIPCION	DIMENSIONES	
		LARGO	ANCHO
1	ESCRITORIO COLOR HAYA	1.50 MTS	0.60 MTS
2	SILLA OPERATIVA NEGRA EN TELA		
3	REFRIGERADOR	0.90 MTS	0.60 MTS
4	FREGADERO DE ACERO INOXIDABLE	0.60 MTS	0.50 MTS

**COLOCAR ACCESORIOS EN BAÑOS



**COLOCAR ACCESORIOS EN BAÑOS

NOTA: Estos planos pueden ser modificados en campo.

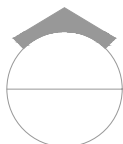


PLANTA DE MOBILIARIO

ESC. 1:30

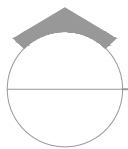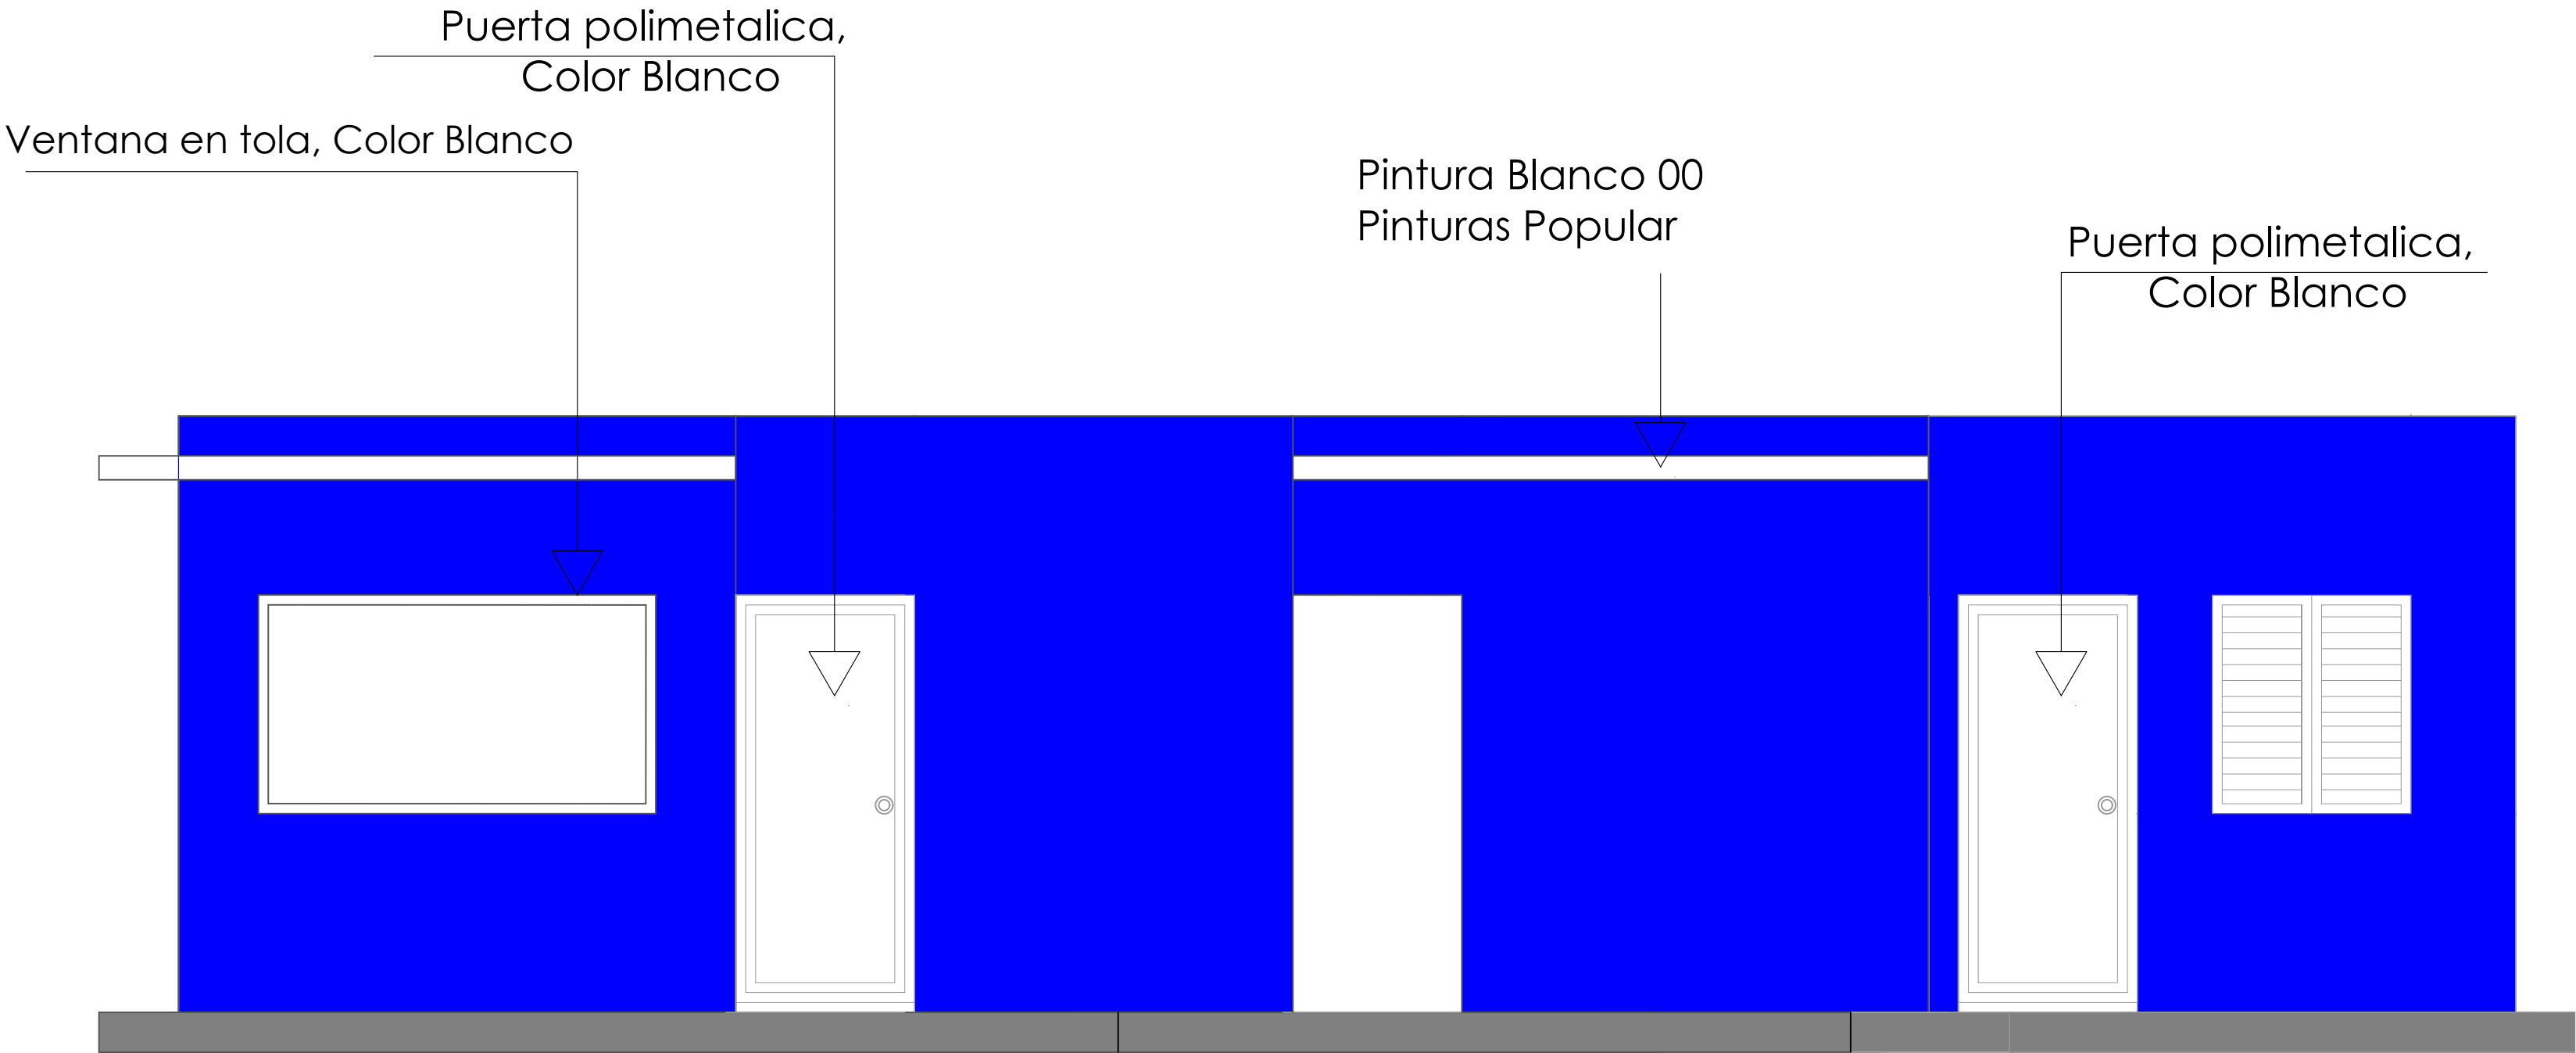


ELEVACIÓN FRONTAL

ESC. 1:30

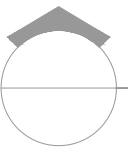

ELEVACIÓN LATERAL IZQUIERDA

ESC. 1:30

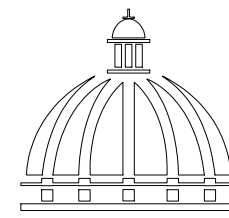

DIRECCIÓN DE DESARROLLO
PROVINCIAL
DDP

Ave. Dr. Delgado, Esq. Moisés García,
Gazcue, Sto. Dgo., R.D.
TEL.: (809)-364-2189 | FAX.: (809)- 688-1665
E-Mail: info@cpadp.gob.do

PROYECTO:
**CONSTRUCCIÓN CANCHA DE BALONCESTO
LAS PAJAS, MUNICIPIO EL VALLE,
PROVINCIA HATO MAYOR**
REPÚBLICA DOMINICANA

EQUIPO DE TRABAJO:

DISEÑO ARQUITECTÓNICO
ARQ.

codia 00000

ENC. INGENIERÍA
ING. FIOR DALIZA BONIFACIO
codia 00000

ESTRUCTURAL
ING.

codia 00000

ELÉCTRICO
ING. JUAN PEREZ
codia 00000

HIDRO-SANITARIO
ING. FRANCIS ESTEVEZ
codia 00000

SELLO DE APROBACIÓN:

FECHA:

CONTENIDO:
ELEVACIONES CON TÉCNICAS



ESCALA: **1:30**

SEPTIEMBRE 2026

NO. PÁGINA:



020

NOTA: Estos planos pueden ser modificados en campo.

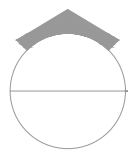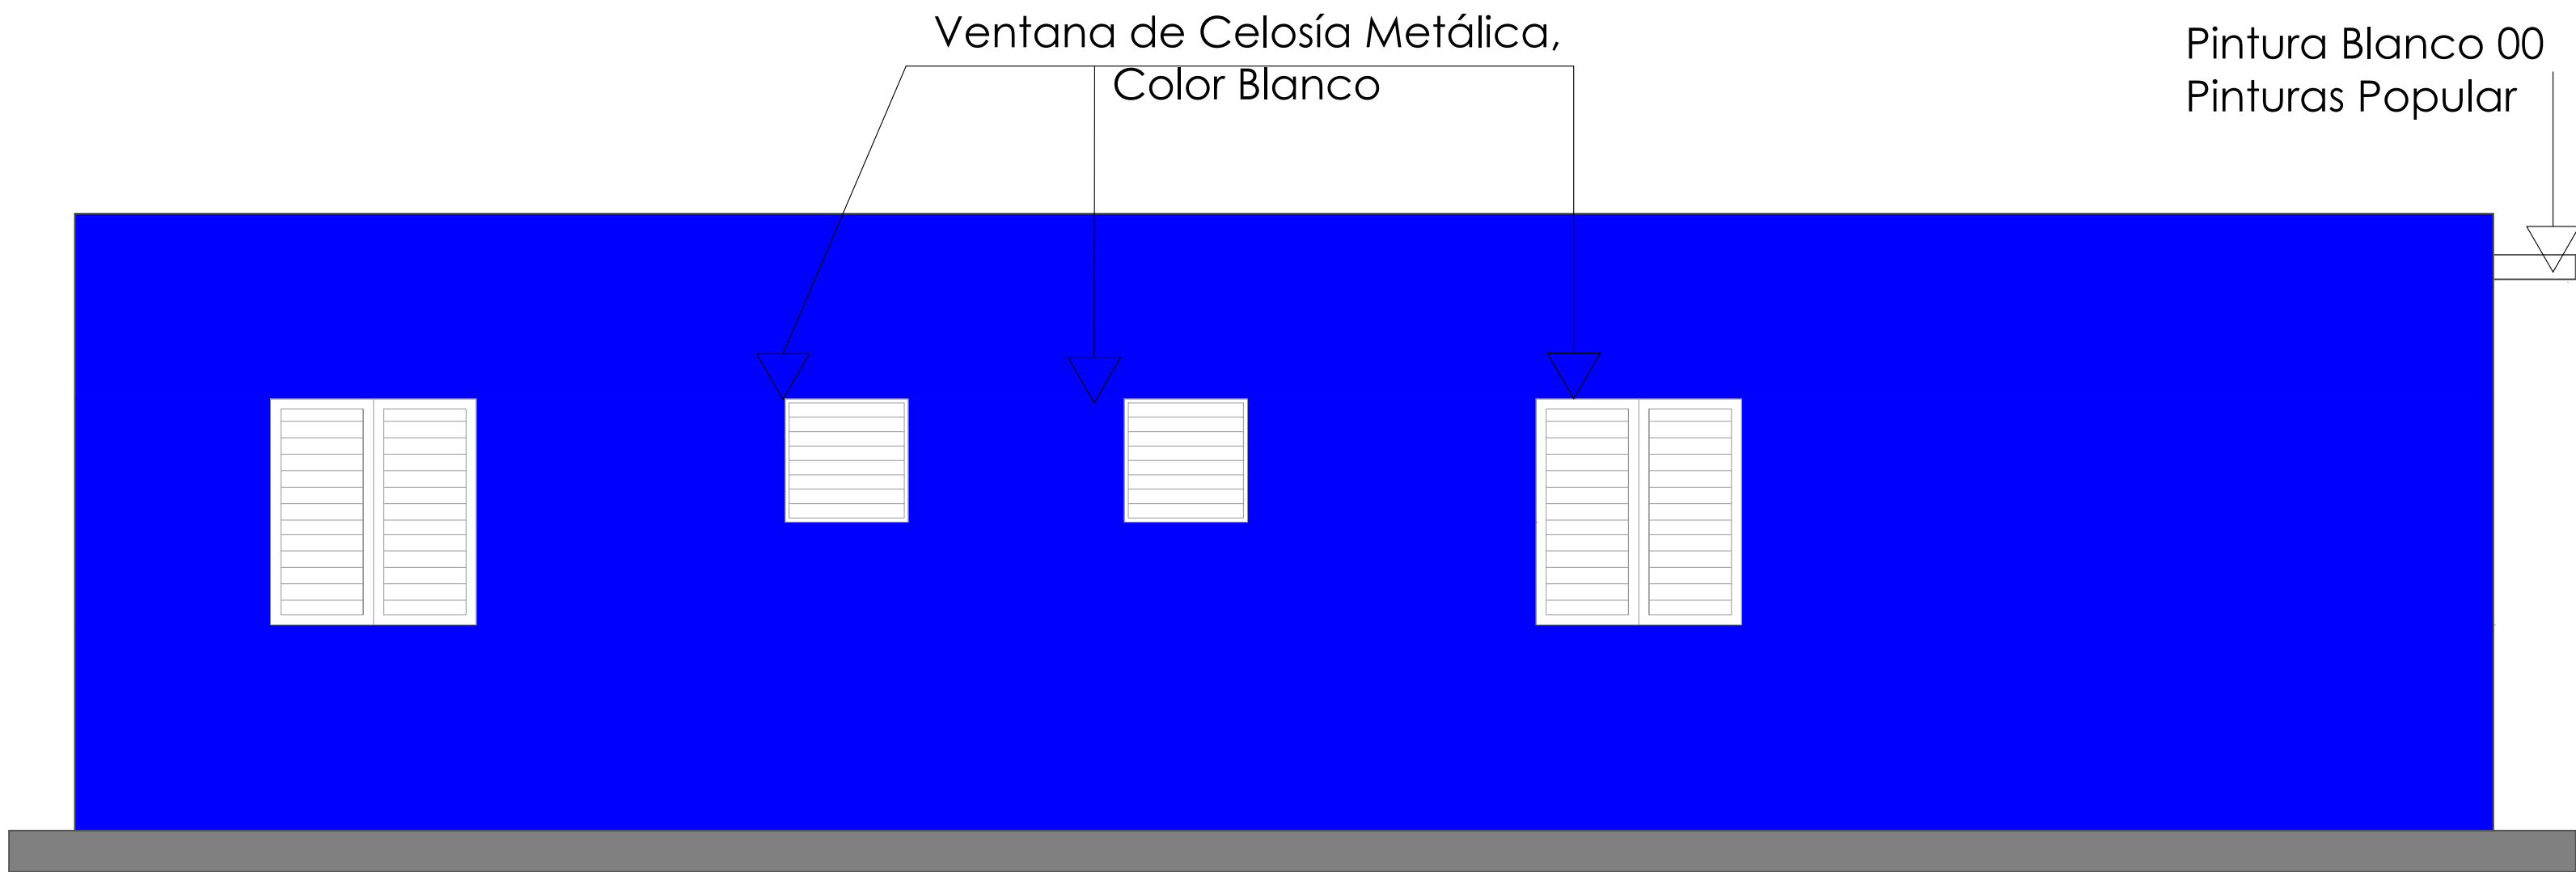


ELEVACIÓN POSTERIOR

ESC. 1:30

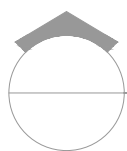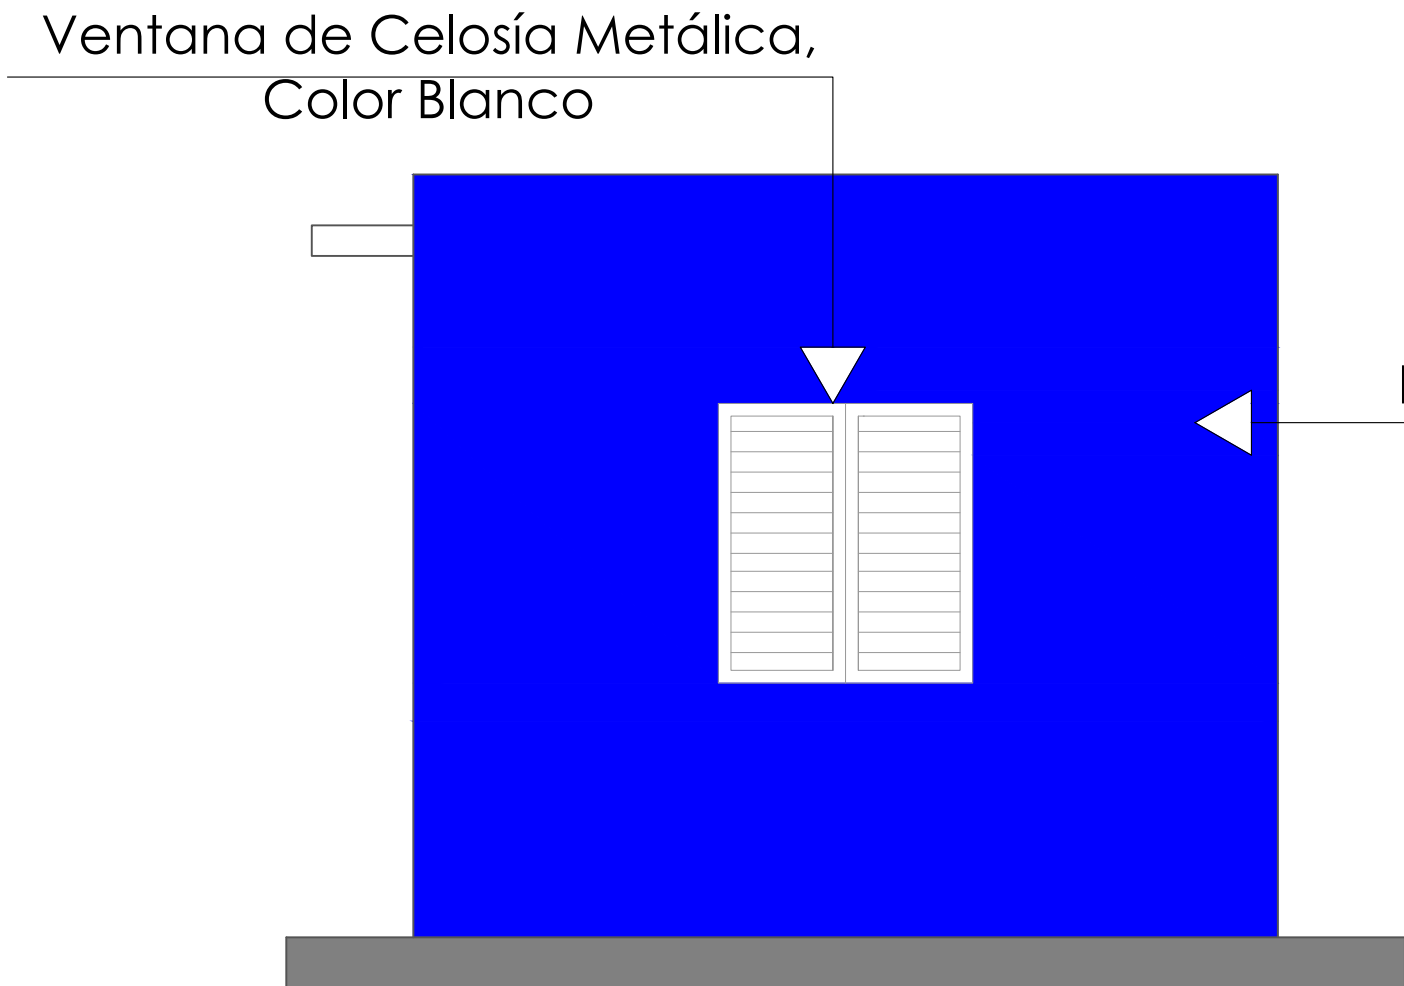


ELEVACIÓN LATERAL DERECHA

ESC. 1:30

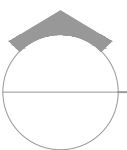

ELEVACIONES CON TÉCNICAS

ESC. 1:30

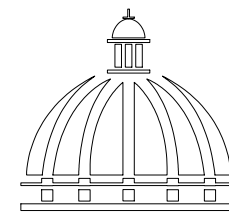

GOBIERNO DE LA
REPÚBLICA DOMINICANA

DIRECCIÓN DE DESARROLLO
PROVINCIAL
DDP

Ave. Dr. Delgado, Esq. Moises García,
Gazcue, Sto. Dgo., R.D.
TEL.: (809)-364-2189 | FAX.: (809)- 688-1665
E-Mail: info@cpadp.gob.do

PROYECTO:
**CONSTRUCCIÓN CANCHA DE BALONCESTO
LAS PAJAS, MUNICIPIO EL VALLE,
PROVINCIA HATO MAYOR**
REPÚBLICA DOMINICANA

EQUIPO DE TRABAJO:

DISEÑO ARQUITECTÓNICO
ARQ.

codia 00000

ENC. INGENIERÍA
ING. FIOR DALIZA BONIFACIO
codia 00000

ESTRUCTURAL
ING.

codia 00000

ELÉCTRICO
ING. JUAN PEREZ
codia 00000

HIDRO-SANITARIO
ING. FRANCIS ESTEVEZ
codia 00000

SELLO DE APROBACIÓN:

FECHA:

CONTENIDO:
ELEVACIONES CON TÉCNICAS


ESCALA: **1:30**


SEPTIEMBRE 2026


NO. PÁGINA:

021


NOTA: Estos planos pueden ser modificados en campo.

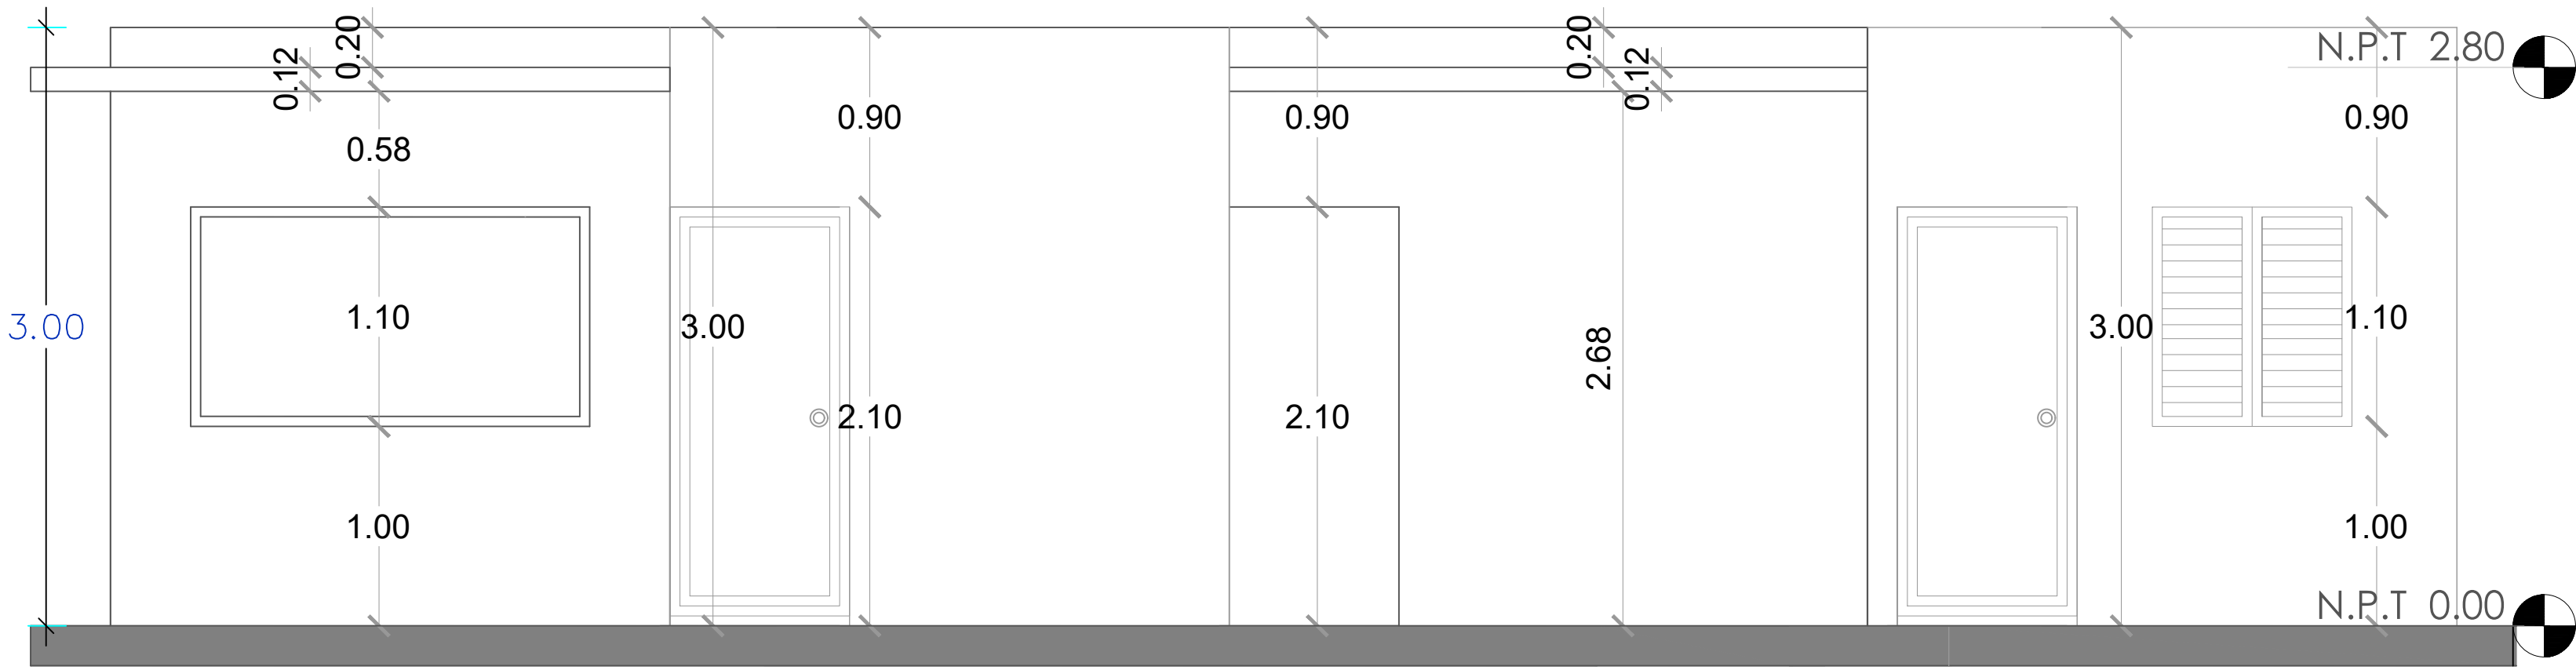


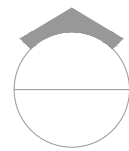 **ELEVACIÓN FRONTAL**
ESC. 1:30

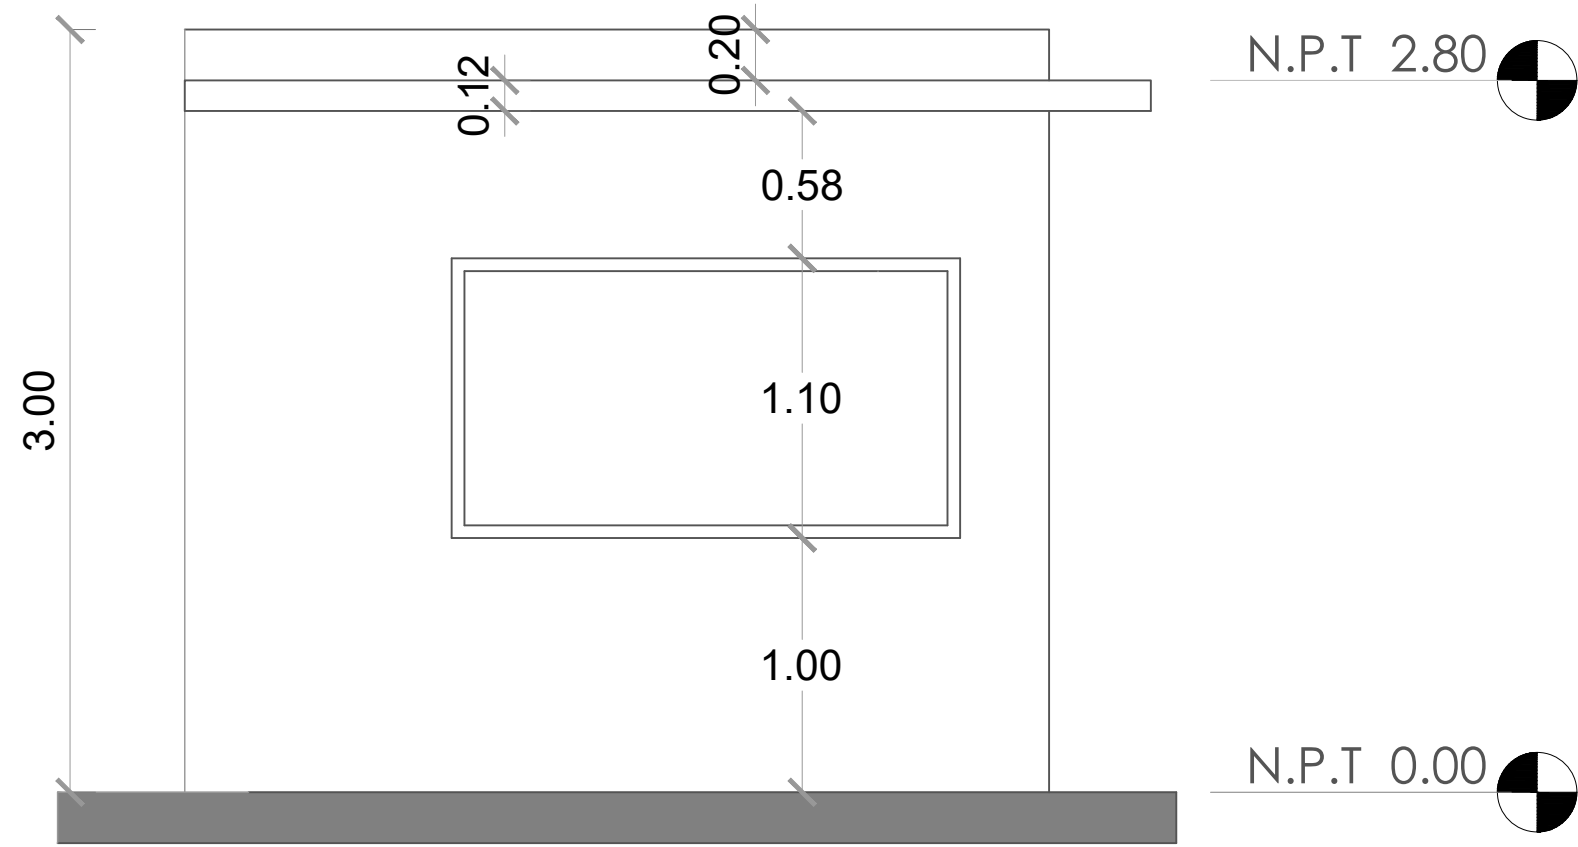

 **ELEVACIÓN LATERAL IZQUIERDA**
ESC. 1:30

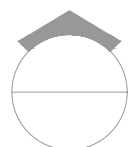 **ELEVACIONES**
ESC. 1:30

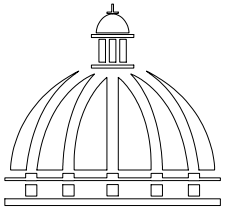

GOBIERNO DE LA
REPÚBLICA DOMINICANA

DIRECCIÓN DE DESARROLLO
PROVINCIAL
DDP

Ave. Dr. Delgado, Esq. Moises García,
Gazcue, Sto. Dgo., R.D.
TEL.: (809)-364-2189 | FAX.: (809)- 688-1665
E-Mail: info@cpadp.gob.do

PROYECTO:
**CONSTRUCCIÓN CANCHA DE BALONCESTO
LAS PAJAS, MUNICIPIO EL VALLE,
PROVINCIA HATO MAYOR**
REPÚBLICA DOMINICANA

EQUIPO DE TRABAJO:

DISEÑO ARQUITECTÓNICO
ARQ.

codia 00000

ENC. INGENIERÍA
ING. FIOR DALIZA BONIFACIO
codia 00000

ESTRUCTURAL
ING.

codia 00000

ELÉCTRICO
ING. JUAN PEREZ
codia 00000

HIDRO-SANITARIO
ING. FRANCIS ESTEVEZ
codia 00000

SELLO DE APROBACIÓN:

FECHA:

CONTENIDO:

ELEVACIONES



ESCALA: **1:30**

SEPTIEMBRE 2026

NO. PÁGINA:


022

NOTA: Estos planos pueden ser modificados en campo.

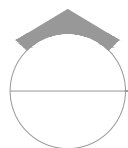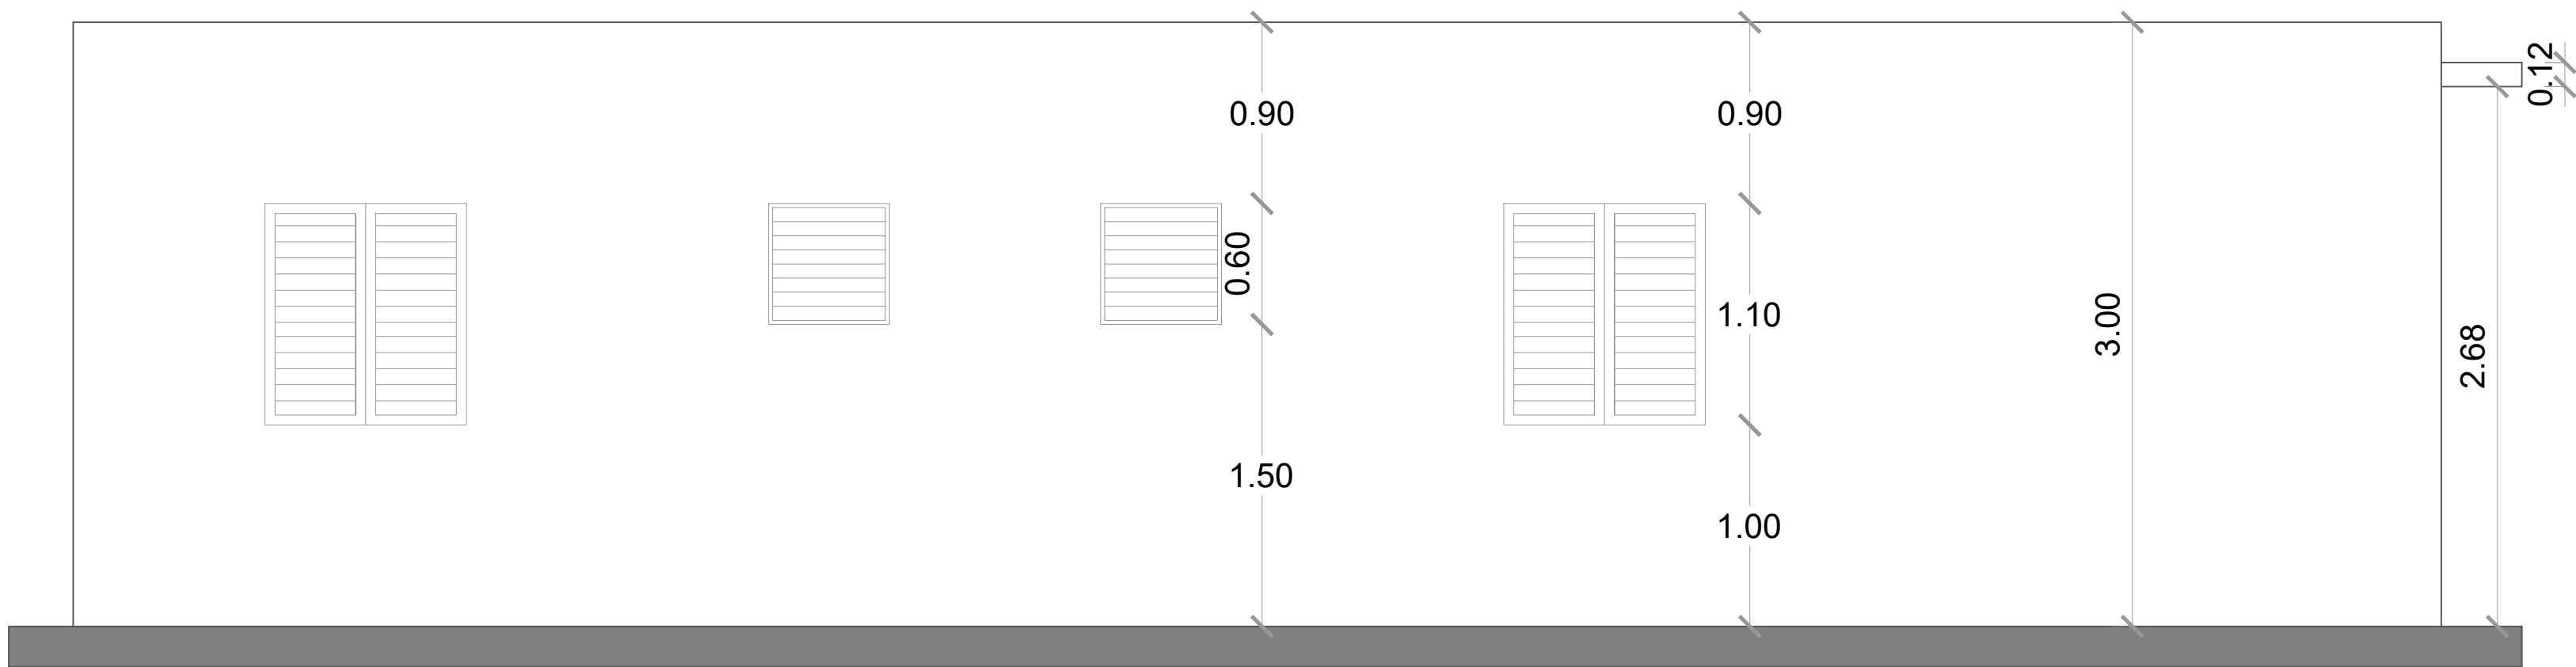

ELEVACIÓN POSTERIOR

ESC. 1:30

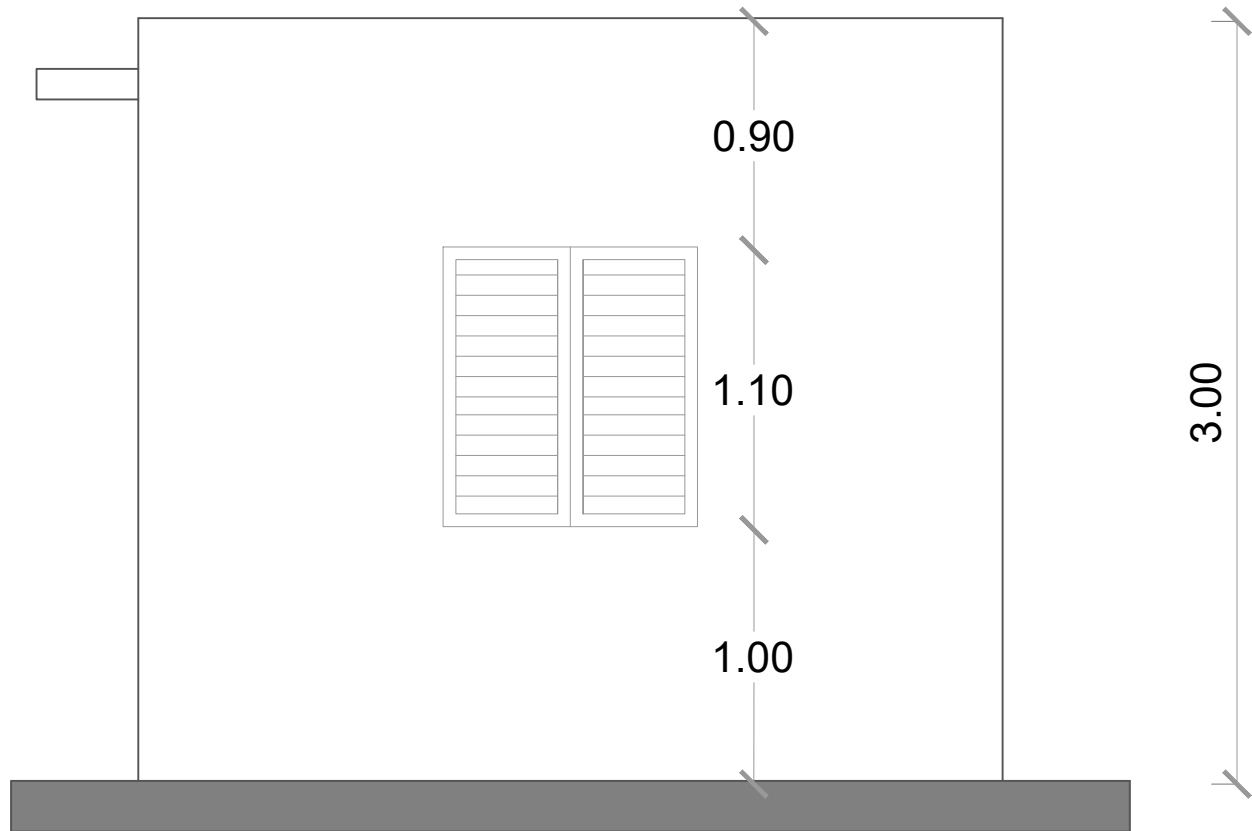


ELEVACIÓN LATERAL DERECHA

ESC. 1:30



ELEVACIONES

ESC. 1:30

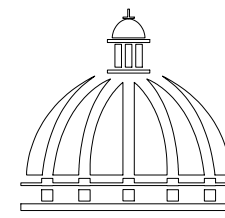

GOBIERNO DE LA
REPÚBLICA DOMINICANA

DIRECCIÓN DE DESARROLLO
PROVINCIAL
DDP

Ave. Dr. Delgado, Esq. Moises García,
Gazcue, Sto. Dgo., R.D.
TEL.: (809)-364-2189 | FAX.: (809)- 688-1665
E-Mail: info@cpadp.gob.do

PROYECTO:
**CONSTRUCCIÓN CANCHA DE BALONCESTO
LAS PAJAS, MUNICIPIO EL VALLE,
PROVINCIA HATO MAYOR**
REPÚBLICA DOMINICANA

EQUIPO DE TRABAJO:

DISEÑO ARQUITECTÓNICO
ARQ.

codia 00000

ENC. INGENIERÍA
ING. FIOR DALIZA BONIFACIO
codia 00000

ESTRUCTURAL
ING.

codia 00000

ELÉCTRICO
ING. JUAN PEREZ
codia 00000

HIDRO-SANITARIO
ING. FRANCIS ESTEVEZ
codia 00000

SELLO DE APROBACIÓN:

FECHA:

CONTENIDO:
ELEVACIONES


ESCALA: **1:30**

SEPTIEMBRE 2026

NO. PÁGINA:

023

NOTA: Estos planos pueden ser modificados en campo.

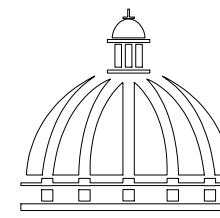

GOBIERNO DE LA
REPÚBLICA DOMINICANA

DIRECCIÓN DE DESARROLLO
PROVINCIAL
DDP

Ave. Dr. Delgado, Esq. Moises García,
Gazcue, Sto. Dgo., R.D.
TEL.: (809)-364-2189 | FAX.: (809)- 688-1665
E-Mail: info@cpadp.gob.do

PROYECTO:
**CONSTRUCCIÓN CANCHA DE BALONCESTO
LAS PAJAS, MUNICIPIO EL VALLE,
PROVINCIA HATO MAYOR**
REPÚBLICA DOMINICANA

EQUIPO DE TRABAJO:

DISEÑO ARQUITECTÓNICO
ARQ.

codia 00000

ENC. INGENIERÍA
ING. FIOR DALIZA BONIFACIO
codia 00000

ESTRUCTURAL
ING.

codia 00000

ELÉCTRICO
ING. JUAN PEREZ
codia 00000

HIDRO-SANITARIO
ING. FRANCIS ESTEVEZ
codia 00000

SELLO DE APROBACIÓN:

FECHA:


CONTENIDO:
SECCIÓN

ESCALA: **1:20**

SEPTIEMBRE 2026

NO. PÁGINA:


024

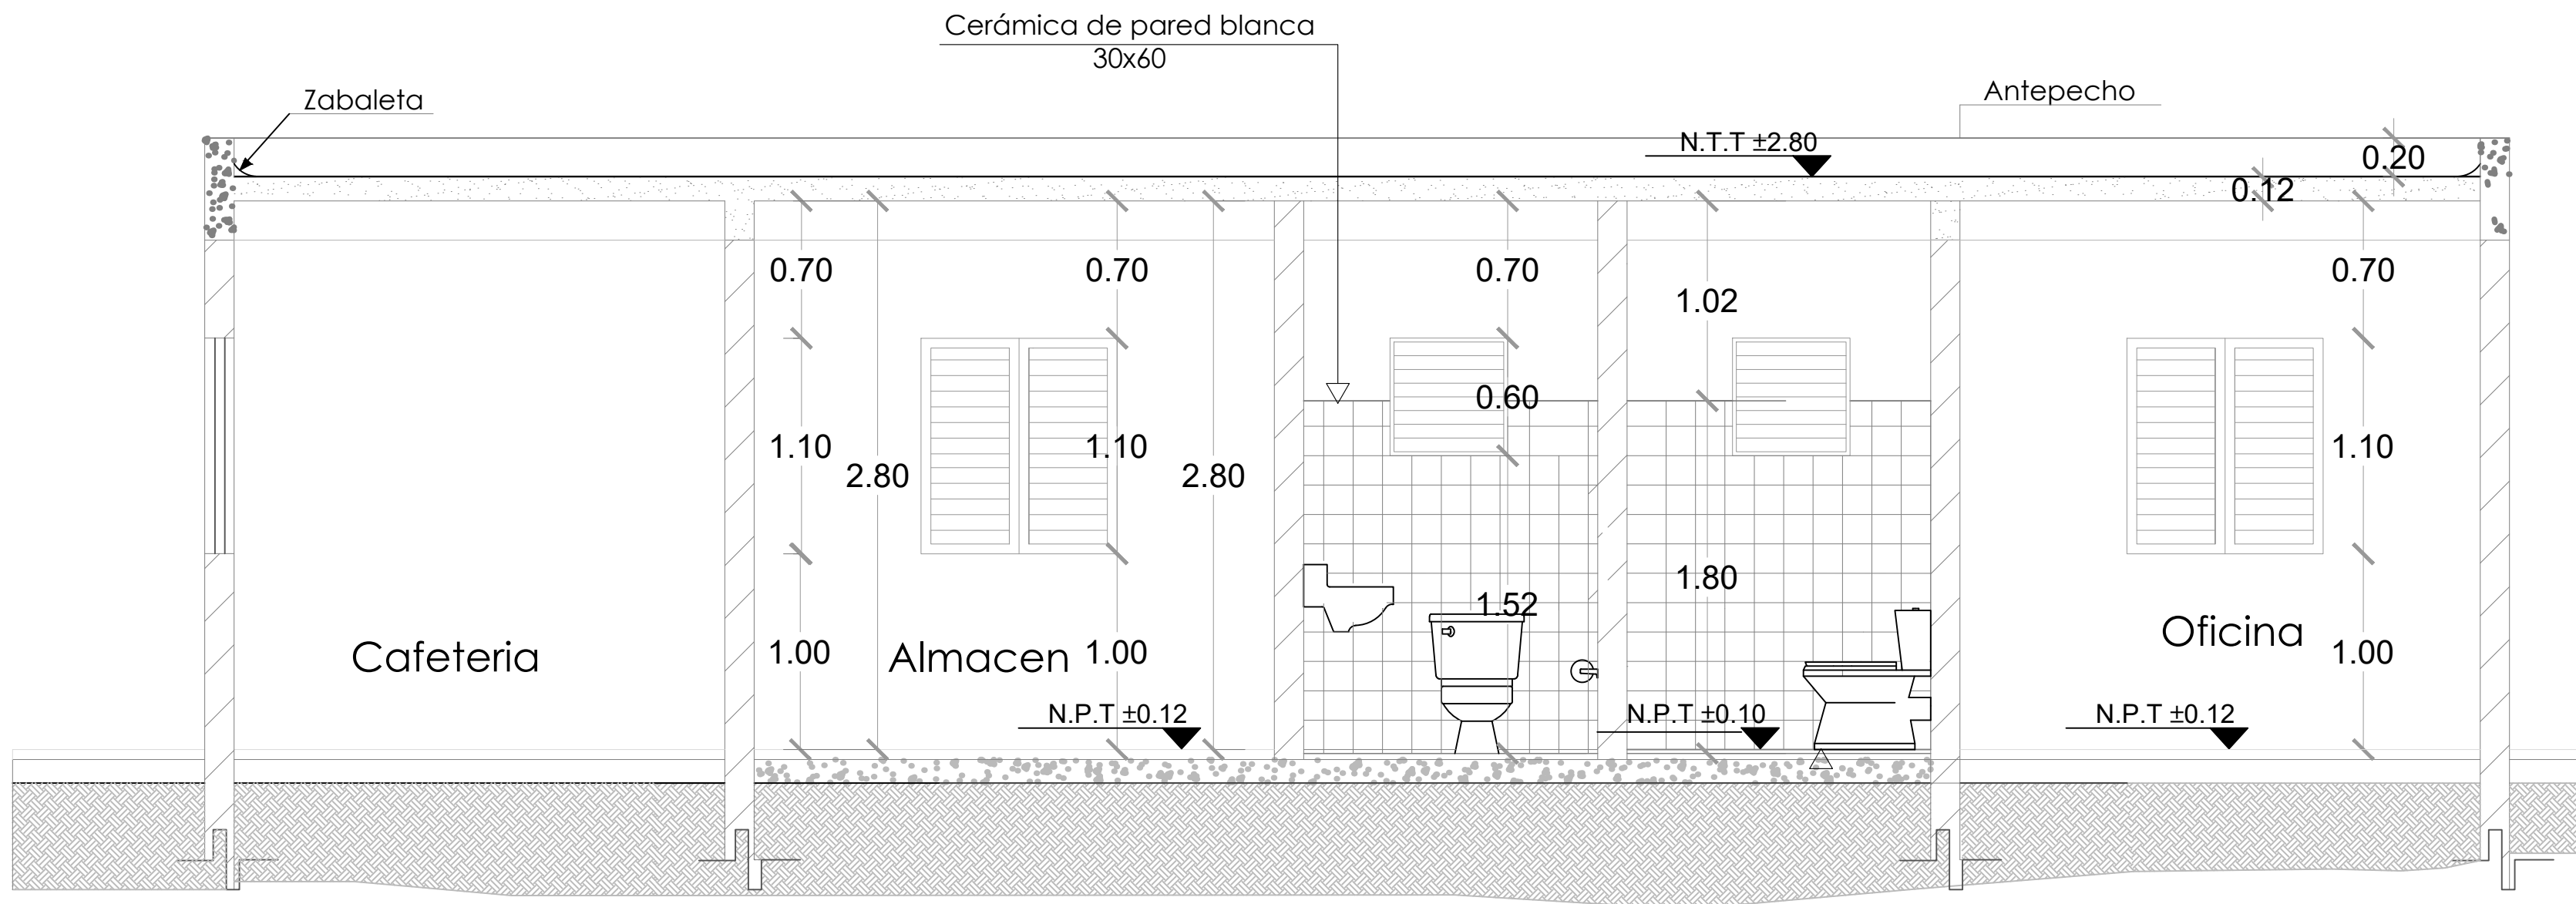

SECCIÓN A-A

ESC. 1:20

NOTA: Estos planos pueden ser modificados en campo.

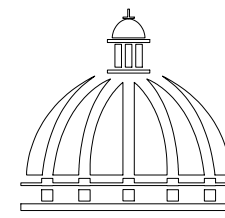

GOBIERNO DE LA
REPÚBLICA DOMINICANA

DIRECCIÓN DE DESARROLLO
PROVINCIAL
DDP

Ave. Dr. Delgado, Esq. Moises García,
Gazcue, Sto. Dgo., R.D.
TEL.: (809)-364-2189 | FAX.: (809)- 688-1665
E-Mail: info@cpadp.gob.do

PROYECTO:
**CONSTRUCCIÓN CANCHA DE BALONCESTO
LAS PAJAS, MUNICIPIO EL VALLE,
PROVINCIA HATO MAYOR**
REPÚBLICA DOMINICANA

EQUIPO DE TRABAJO:

DISEÑO ARQUITECTÓNICO
ARQ.

codia 00000

ENC. INGENIERÍA
ING. FIOR DALIZA BONIFACIO
codia 00000

ESTRUCTURAL
ING.

codia 00000

ELÉCTRICO
ING. JUAN PEREZ
codia 00000

HIDRO-SANITARIO
ING. FRANCIS ESTEVEZ
codia 00000

SELLO DE APROBACIÓN:

FECHA:


CONTENIDO:
PLANTA DE CIMIENTO

ESCALA: **1:30**

SEPTIEMBRE 2026



NO. PÁGINA:

025



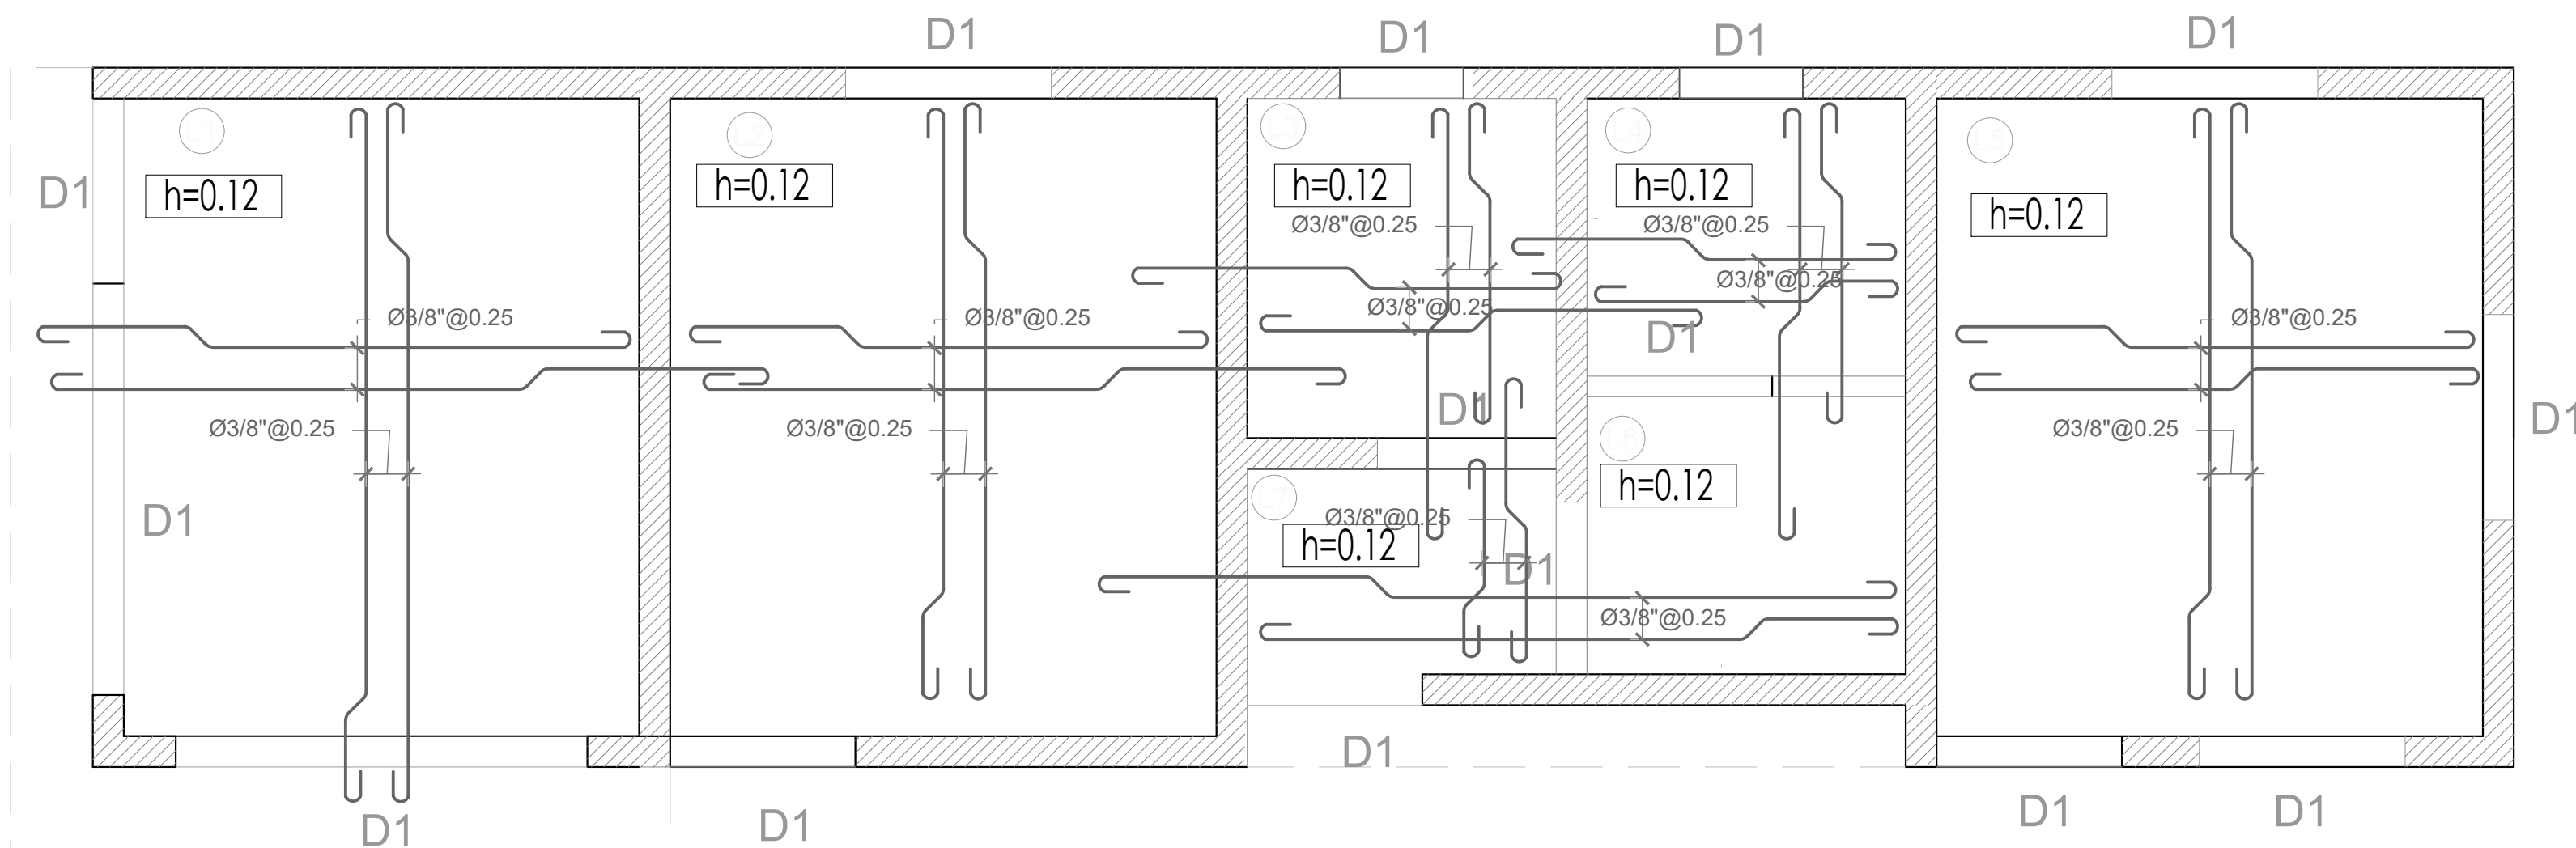


 **PLANTA DE CIMIENTO**
ESC. 1:30

NOTA: Estos planos pueden ser modificados en campo.

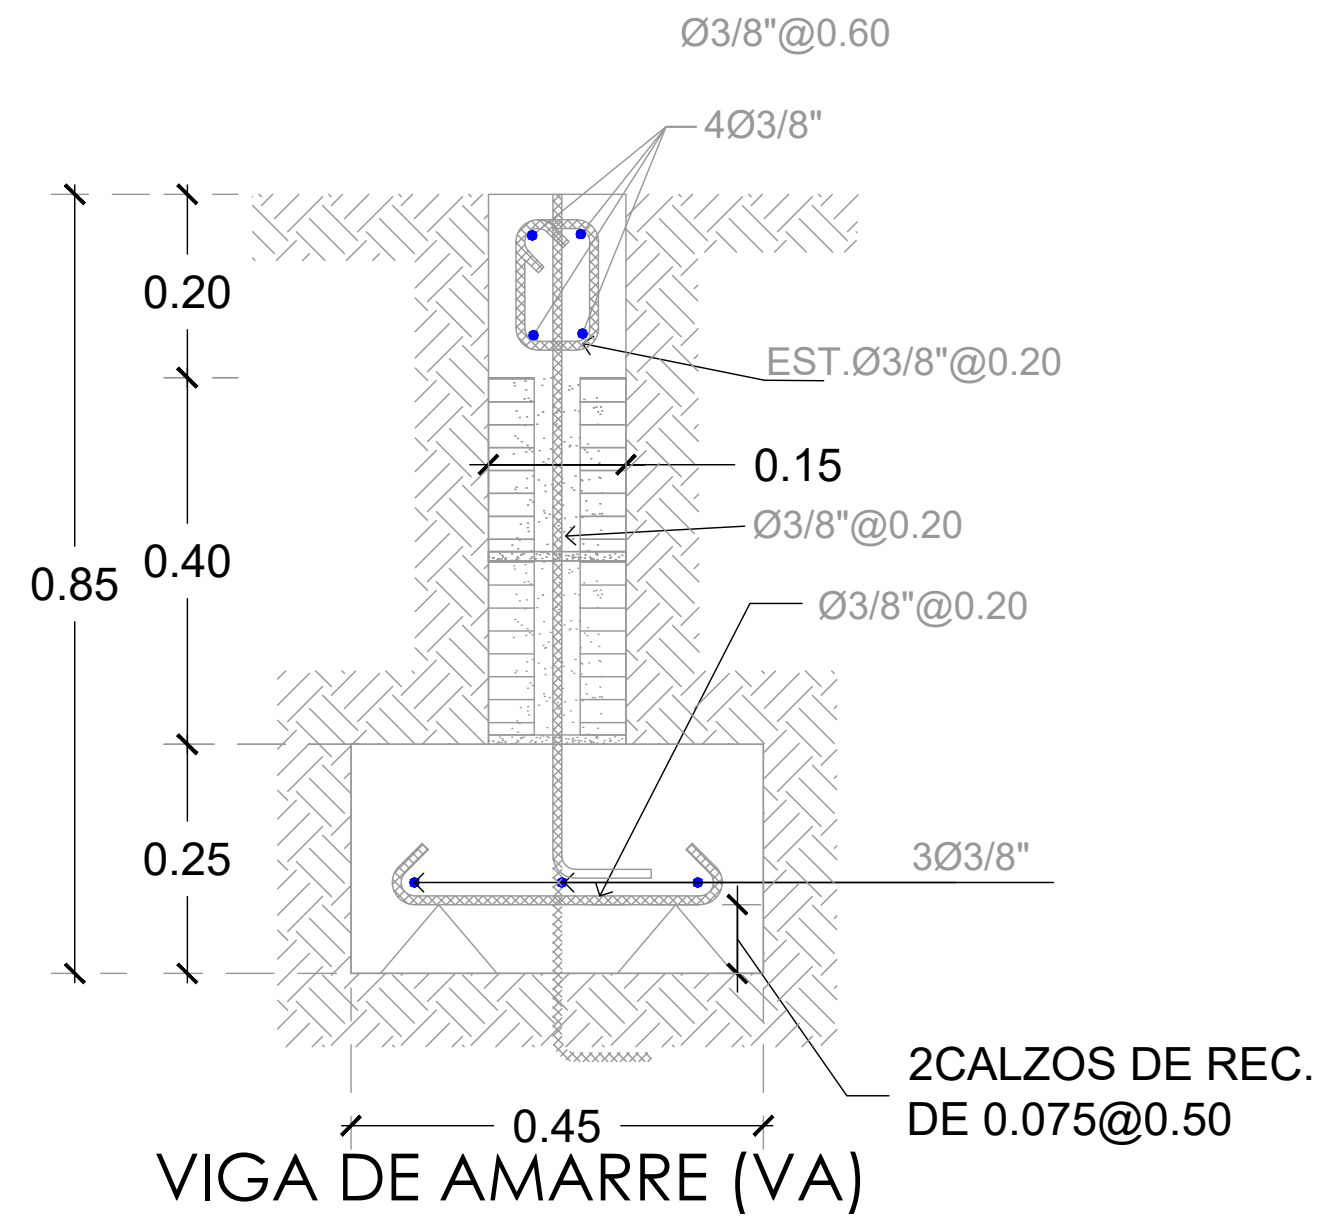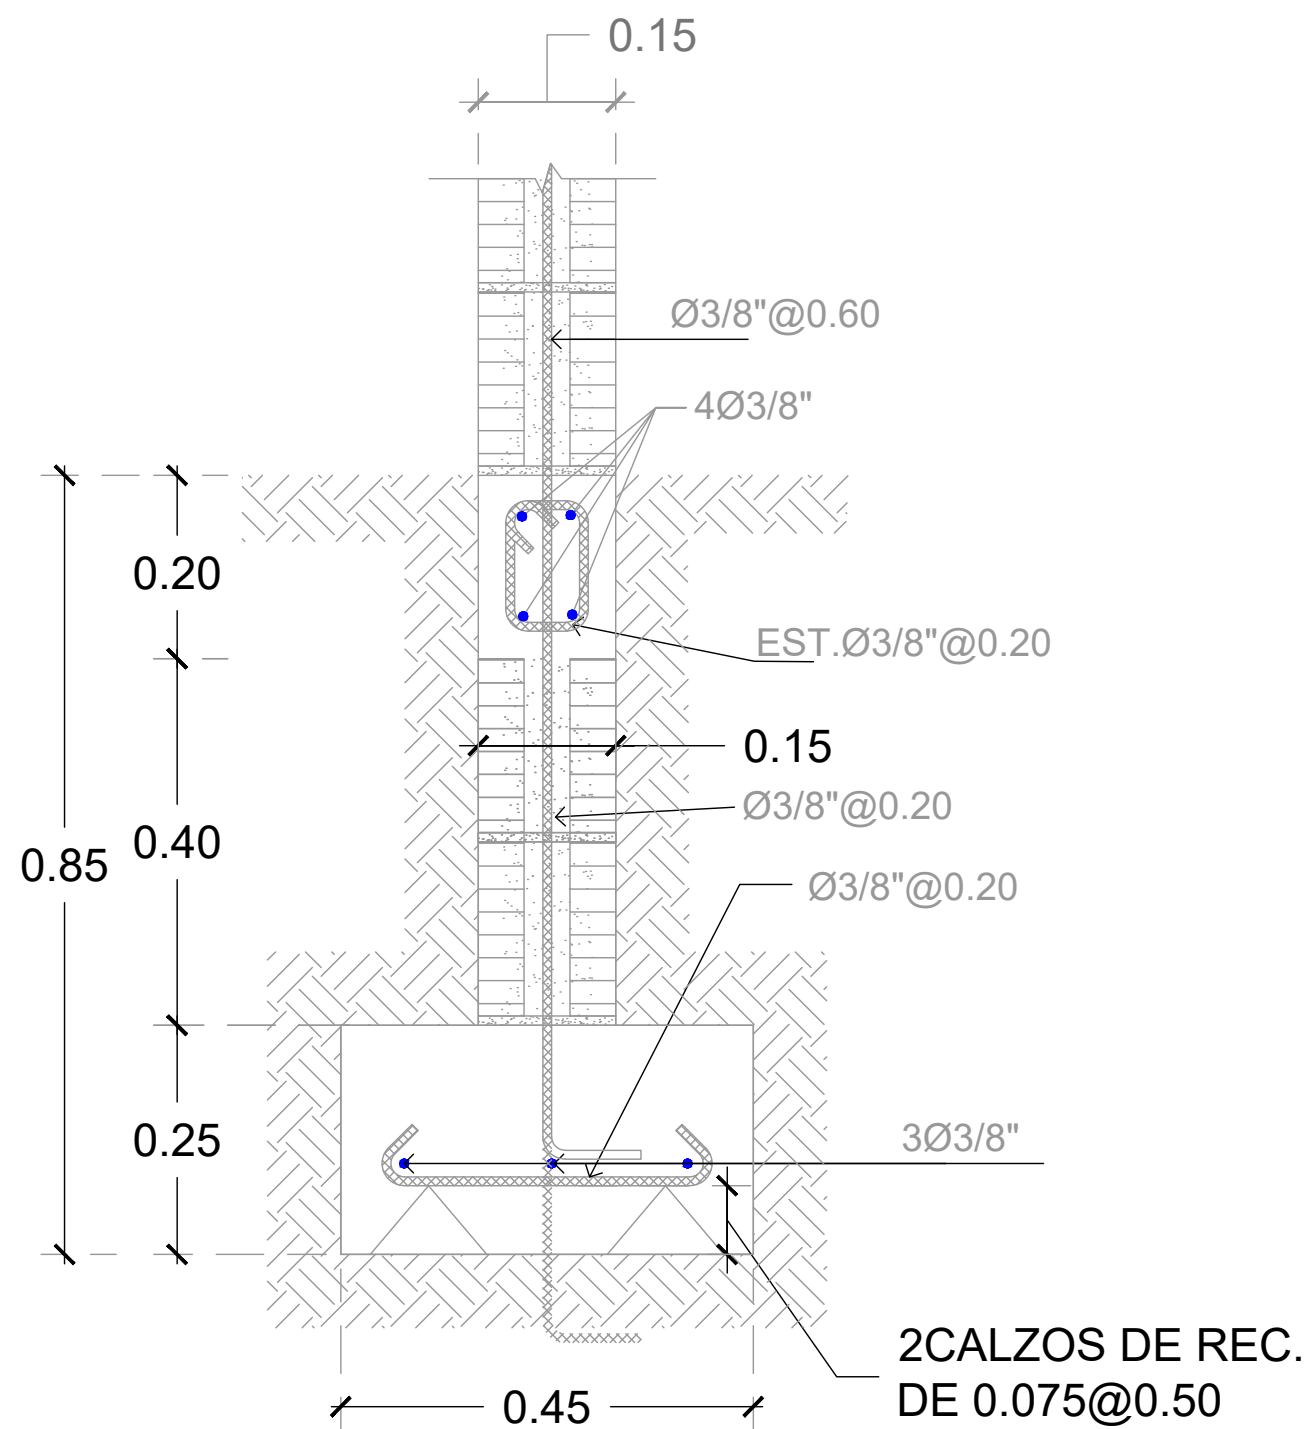

Zapata de Muro de 15"

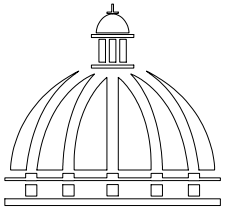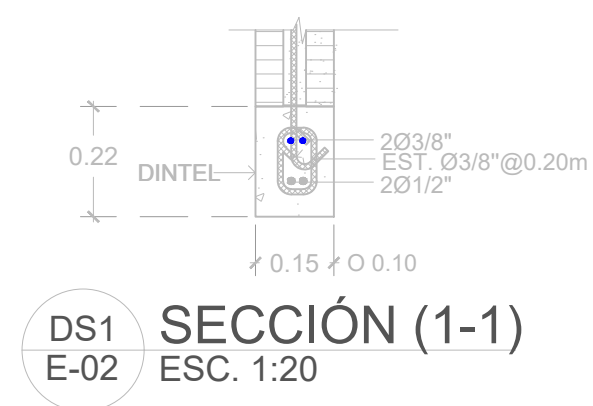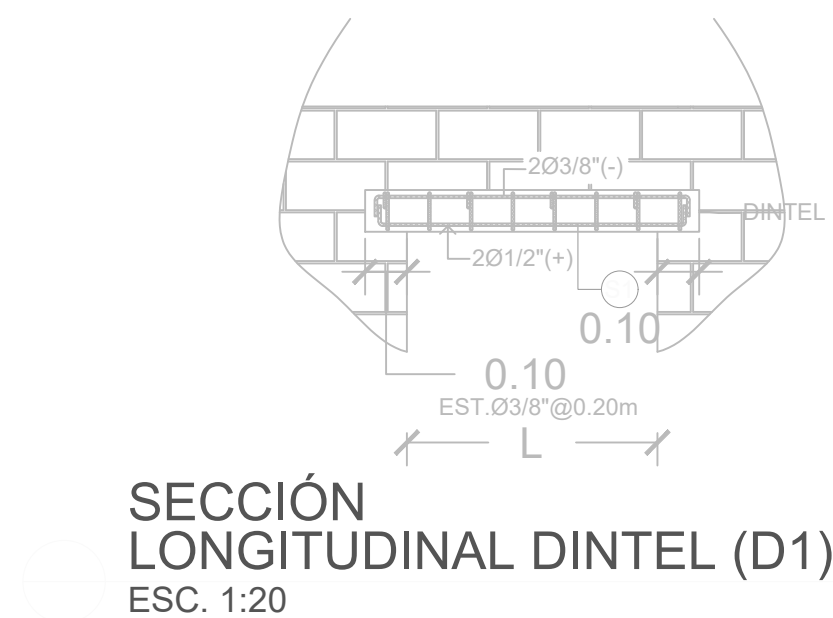

GOBIERNO DE LA
REPÚBLICA DOMINICANA

DIRECCIÓN DE DESARROLLO
PROVINCIAL
DDP

Ave. Dr. Delgado, Esq. Moises García,
Gazcue, Sto. Dgo., R.D.
TEL.: (809)-364-2189 | FAX.: (809)- 688-1665
E-Mail: info@cpadp.gob.do

PROYECTO:
**CONSTRUCCIÓN CANCHA DE BALONCESTO
LAS PAJAS, MUNICIPIO EL VALLE,
PROVINCIA HATO MAYOR**
REPÚBLICA DOMINICANA

EQUIPO DE TRABAJO:

DISEÑO ARQUITECTÓNICO
ARQ.

codia 00000

ENC. INGENIERÍA
ING. FIOR DALIZA BONIFACIO
codia 00000

ESTRUCTURAL
ING.

codia 00000

ELÉCTRICO
ING. JUAN PEREZ
codia 00000

HIDRO-SANITARIO
ING. FRANCIS ESTEVEZ
codia 00000

SELLO DE APROBACIÓN:

FECHA:


CONTENIDO:
DETALLES ESTRUCTURALES

ESCALA: **1:20**

SEPTIEMBRE 2026

NO. PÁGINA:

026

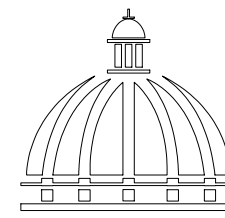

GOBIERNO DE LA
REPÚBLICA DOMINICANA

DIRECCIÓN DE DESARROLLO
PROVINCIAL
DDP

Ave. Dr. Delgado, Esq. Moises García,
Gazcue, Sto. Dgo., R.D.
TEL.: (809)-364-2189 | FAX.: (809)- 688-1665
E-Mail: info@cpadp.gob.do

PROYECTO:
**CONSTRUCCIÓN CANCHA DE BALONCESTO
LAS PAJAS, MUNICIPIO EL VALLE,
PROVINCIA HATO MAYOR
REPÚBLICA DOMINICANA**

EQUIPO DE TRABAJO:

DISEÑO ARQUITECTÓNICO
ARQ.

codia 00000

ENC. INGENIERÍA
ING. FIOR DALIZA BONIFACIO
codia 00000

ESTRUCTURAL
ING.
codia 00000

ELÉCTRICO
ING. JUAN PEREZ
codia 00000

HIDRO-SANITARIO
ING. FRANCIS ESTEVEZ
codia 00000

SELLO DE APROBACIÓN:

FECHA:


CONTENIDO:
**PLANTA DE INST. SANITARIA DE
AGUA POTABLE**

ESCALA: **1:20**

SEPTIEMBRE 2026

NO. PÁGINA:

027

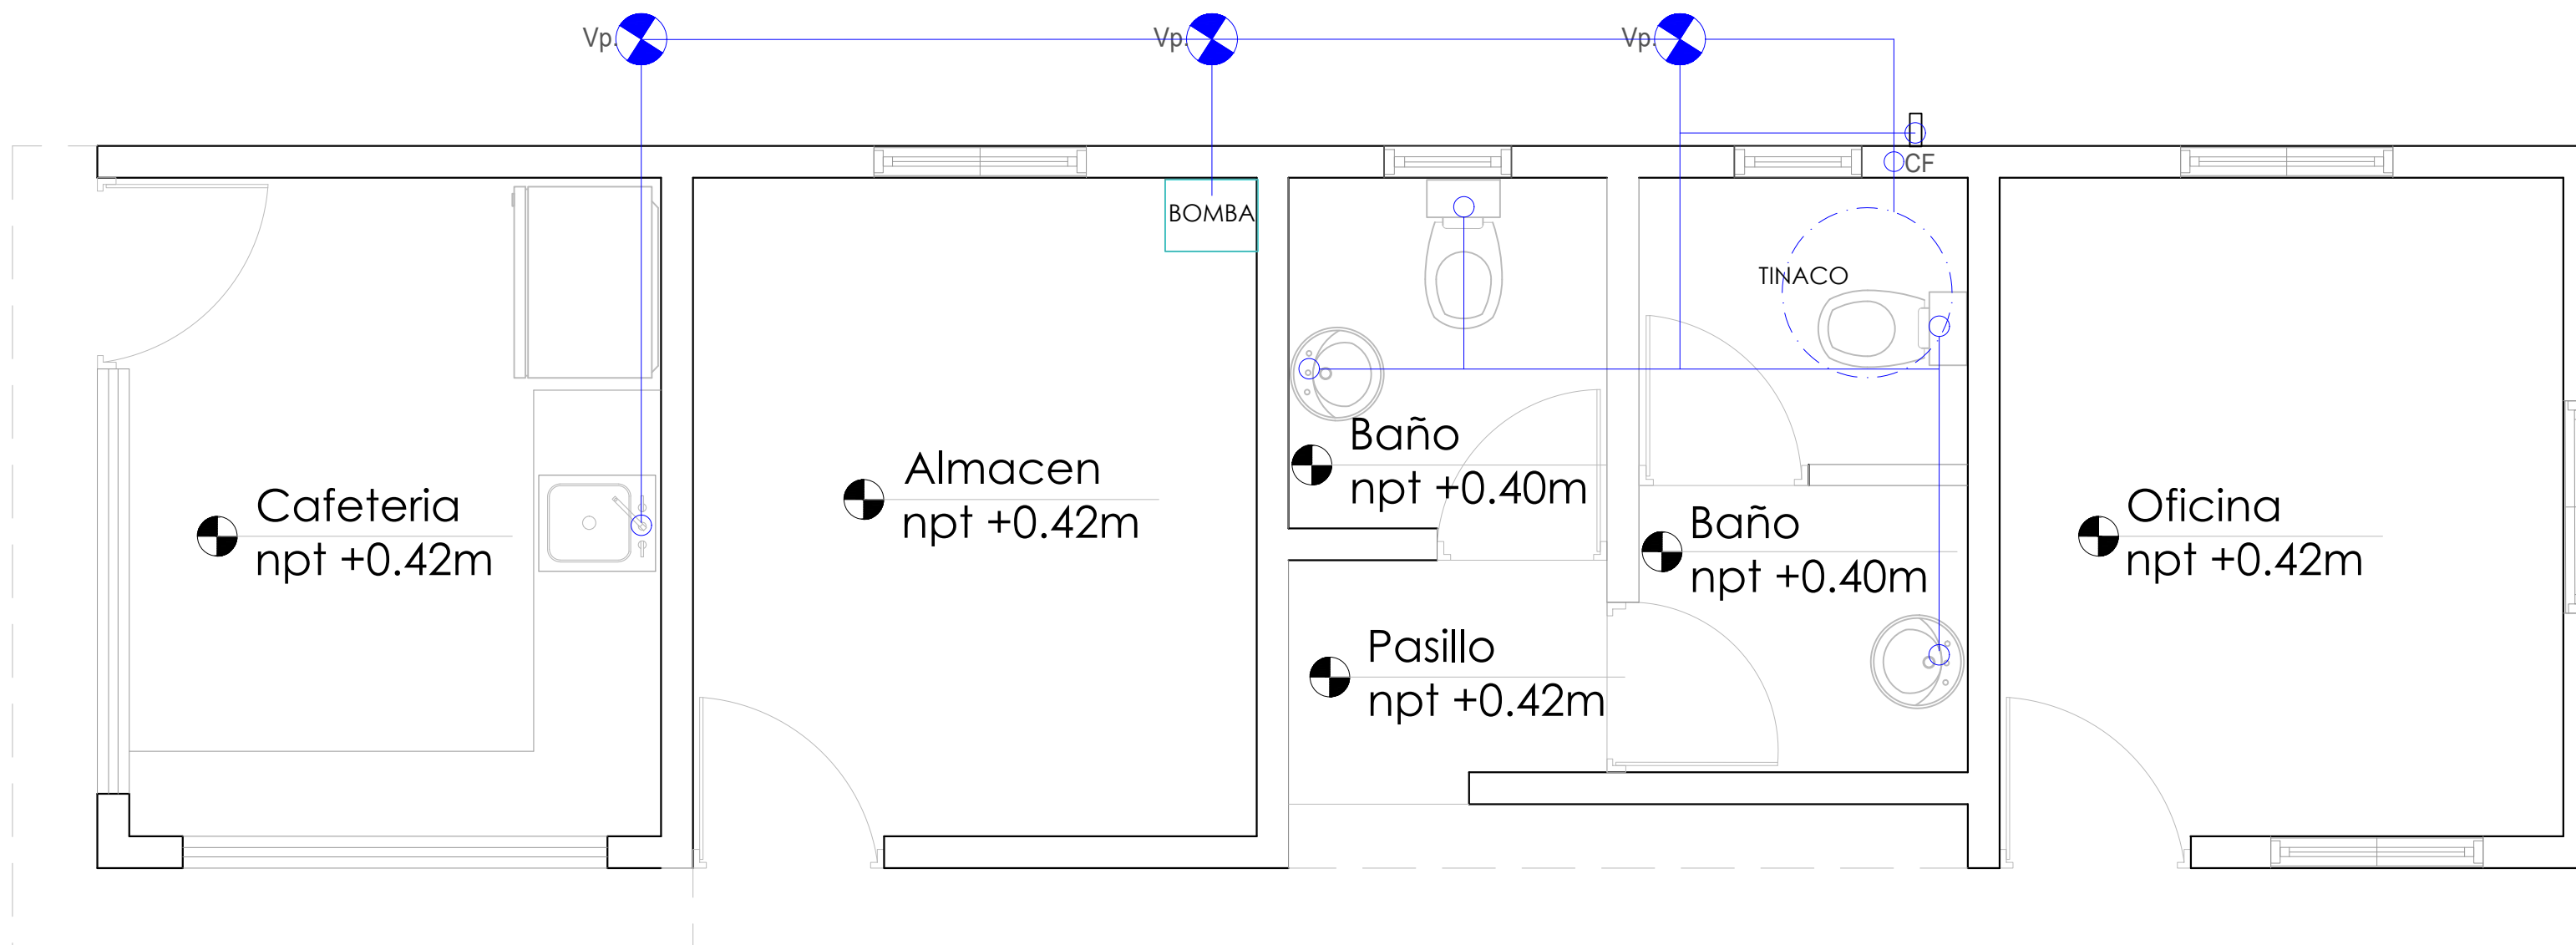

LEYENDA SANITARIA


Io		INODORO
Lo		LAVAMANOS
Fo		FREGADERO
DU		DUCHA
Dp.		DESAGUE DE PISO
CL		CALENTADOR ELÉCTRICO
Vp.		VALVULA DE PASO
C.I.		CAJA DE INSPECCIÓN
T.G.		TRAMPA DE GRASA
VØ2"		COLUMNA DE VENTILACIÓN
BD		BAJANTE DESCARGA
S.		PENDIENTE EN %
		TUBERIA AGUAS POTABLE FRIA
		TUBERIA AGUAS NEGRAS
CF		COLUMNA DE AGUA FRIA

NOTA: Estos planos pueden ser modificados en campo.



PLANTA INST. SANITARIA DE AGUA POTABLE

ESC. 1:20

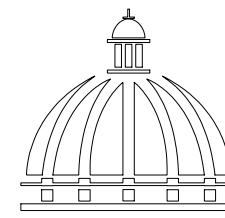

GOBIERNO DE LA
REPÚBLICA DOMINICANA

DIRECCIÓN DE DESARROLLO
PROVINCIAL
DDP

Ave. Dr. Delgado, Esq. Moises García,
Gazcue, Sto. Dgo., R.D.
TEL.: (809)-364-2189 | FAX.: (809)- 688-1665
E-Mail: info@cpadp.gob.do

PROYECTO:
**CONSTRUCCIÓN CANCHA DE BALONCESTO
LAS PAJAS, MUNICIPIO EL VALLE,
PROVINCIA HATO MAYOR**
REPÚBLICA DOMINICANA

EQUIPO DE TRABAJO:

DISEÑO ARQUITECTÓNICO
ARQ.

codia 00000

ENC. INGENIERÍA
ING. FIOR DALIZA BONIFACIO
codia 00000

ESTRUCTURAL
ING.

codia 00000

ELÉCTRICO
ING. JUAN PEREZ
codia 00000

HIDRO-SANITARIO
ING. FRANCIS ESTEVEZ
codia 00000

SELLO DE APROBACIÓN:

FECHA:


CONTENIDO:
**PLANTA DE INST. SANITARIAS DE
AGUA RESIDUALES**

ESCALA: **1:50**

SEPTIEMBRE 2026


NO. PÁGINA:

028

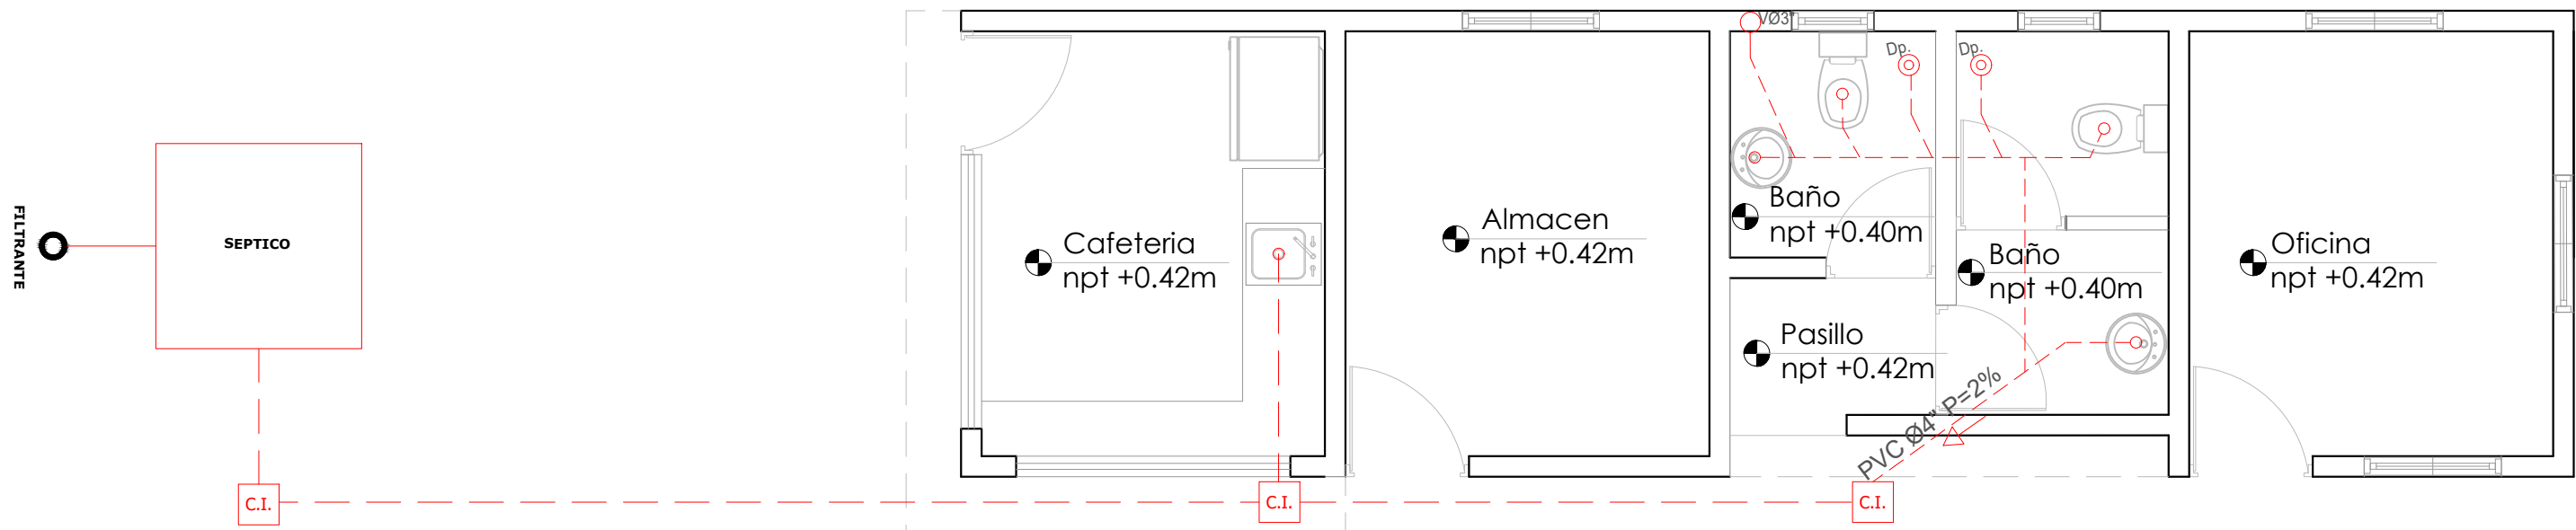


LEYENDA SANITARIA		
Io		INODORO
Lo		LAVAMANOS
Fo		FREGADERO
DU		DUCHA
Dp		DESAGUE DE PISO
CL		CALENTADOR ELÉCTRICO
Vp		VALVULA DE PASO
C.I.		CAJA DE INSPECCIÓN
T.G.		TRAMPA DE GRASA
VØ2"		COLUMNA DE VENTILACIÓN
BD		BAJANTE DESCARGA
S.		PENDIENTE EN %
		TUBERIA AGUAS POTABLE FRIA
		TUBERIA AGUAS NEGRAS
CF		COLUMNA DE AGUA FRIA

NOTA: Estos planos pueden ser modificados en campo.

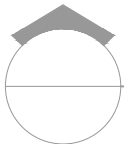



PLANTA DE INST. SANITARIAS DE AGUA RESIDUALES


ESC. 1:50

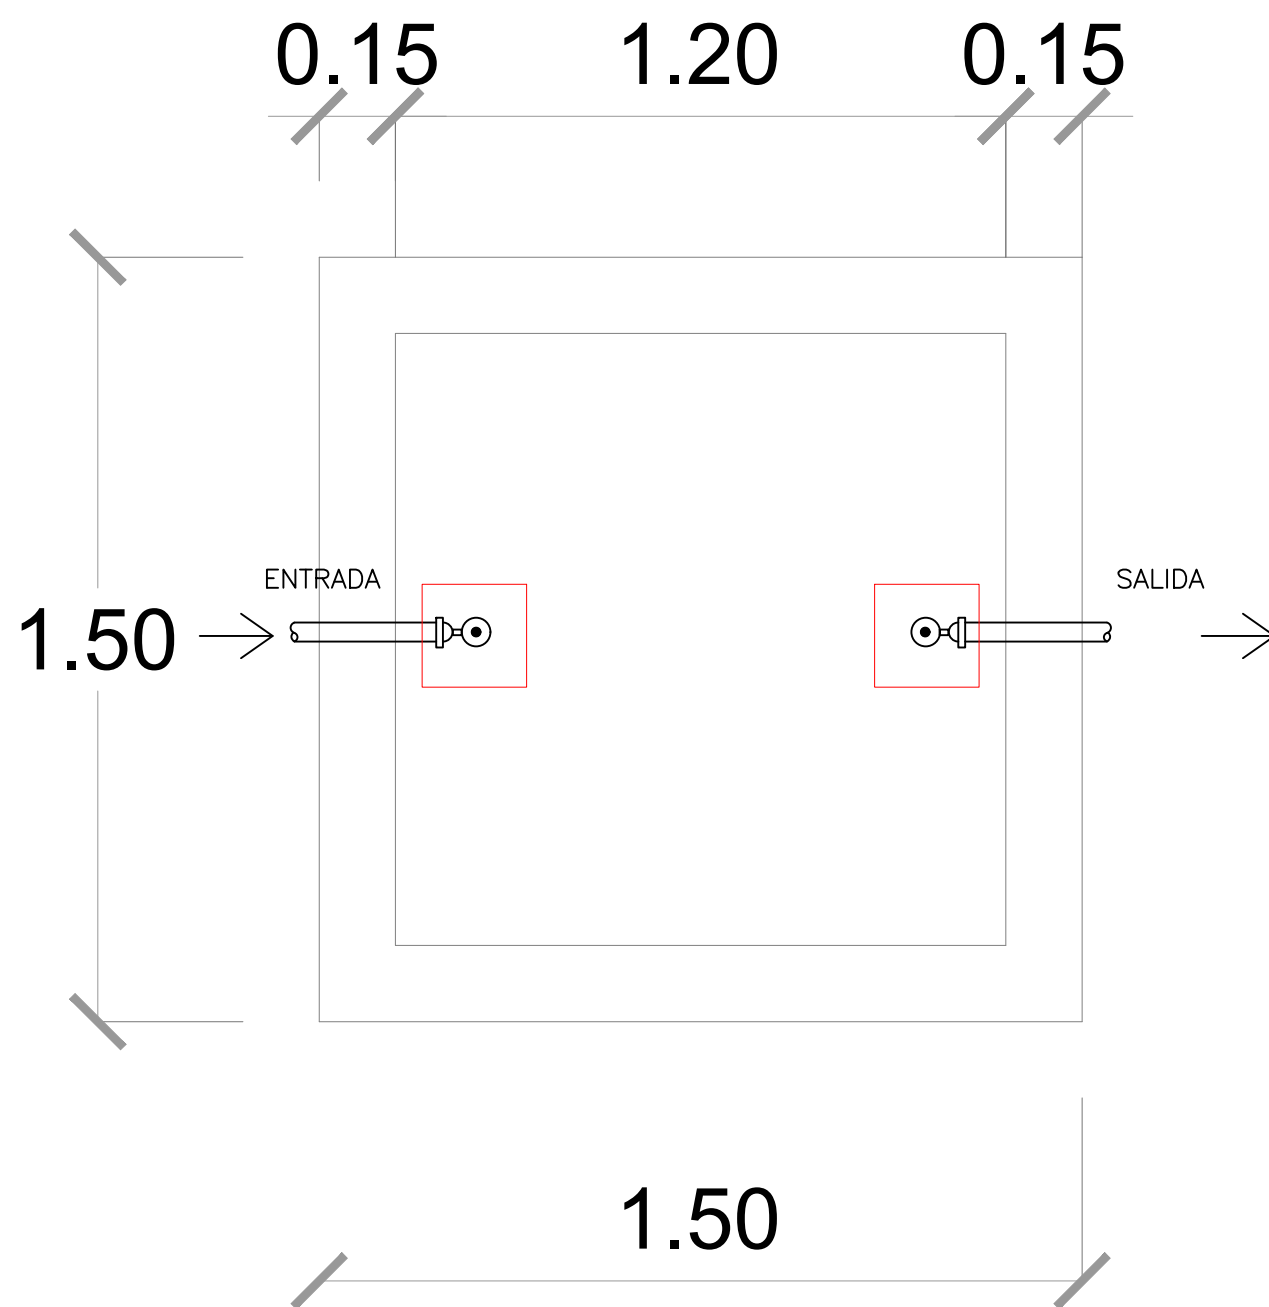


 **PLANTA DE SEPTICO**
ESC. 1:15

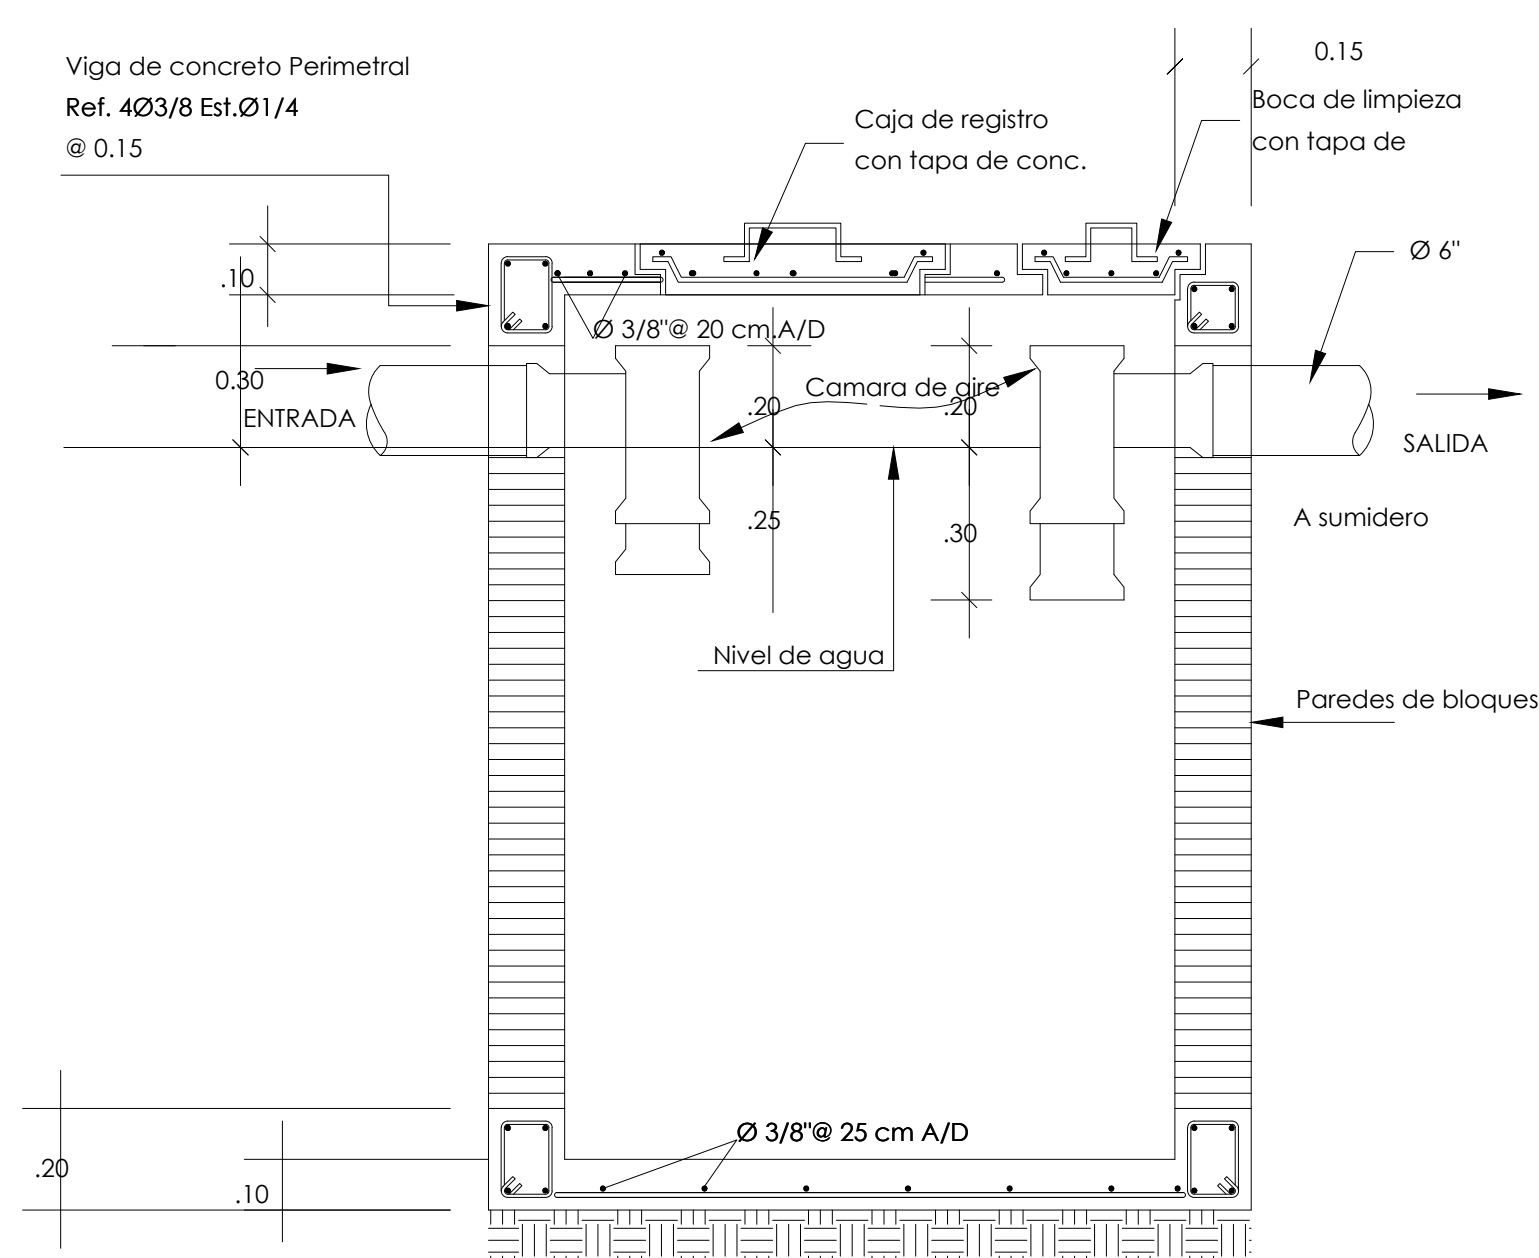

  **SECCIÓN DE SEPTICO**
ESC. 1:15

  **DETALLE SANITARIO**
ESC. 1:15

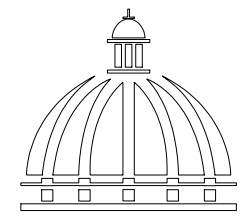

GOBIERNO DE LA
REPÚBLICA DOMINICANA

DIRECCIÓN DE DESARROLLO
PROVINCIAL
DDP

Ave. Dr. Delgado, Esq. Moises García,
Gazcue, Sto. Dgo., R.D.
TEL.: (809)-364-2189 | FAX.: (809)- 688-1665
E-Mail: info@cpadp.gob.do

PROYECTO:
**CONSTRUCCIÓN CANCHA DE BALONCESTO
LAS PAJAS, MUNICIPIO EL VALLE,
PROVINCIA HATO MAYOR
REPÚBLICA DOMINICANA**

EQUIPO DE TRABAJO:

DISEÑO ARQUITECTÓNICO
ARQ.

codia 00000

ENC. INGENIERÍA
ING. FIOR DALIZA BONIFACIO
codia 00000

ESTRUCTURAL
ING.

codia 00000

ELÉCTRICO
ING. JUAN PEREZ
codia 00000

HIDRO-SANITARIO
ING. FRANCIS ESTEVEZ
codia 00000

SELLO DE APROBACIÓN:

FECHA:

CONTENIDO:

DETALLE SANITARIO

ESCALA:


1:15

SEPTIEMBRE 2026

NO. PÁGINA:

029

NOTA: Estos planos pueden ser modificados en campo.

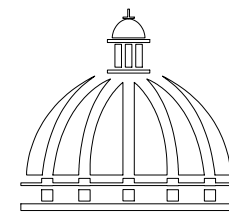

GOBIERNO DE LA
REPÚBLICA DOMINICANA

DIRECCIÓN DE DESARROLLO
PROVINCIAL
DDP

Ave. Dr. Delgado, Esq. Moises García,
Gazcue, Sto. Dgo., R.D.
TEL.: (809)-364-2189 | FAX.: (809)- 688-1665
E-Mail: info@cpadp.gob.do

PROYECTO:
**CONSTRUCCIÓN CANCHA DE BALONCESTO
LAS PAJAS, MUNICIPIO EL VALLE,
PROVINCIA HATO MAYOR**
REPÚBLICA DOMINICANA

EQUIPO DE TRABAJO:

DISEÑO ARQUITECTÓNICO
ARQ.

codia 00000

ENC. INGENIERÍA
ING. FIOR DALIZA BONIFACIO
codia 00000

ESTRUCTURAL
ING.
codia 00000

ELÉCTRICO
ING. JUAN PEREZ
codia 00000

HIDRO-SANITARIO
ING. FRANCIS ESTEVEZ
codia 00000

SELLO DE APROBACIÓN:

FECHA:

CONTENIDO:
**PLANTA INST. ELÉCTRICA DE
LUMINARIAS**

ESCALA: **1:30**

SEPTIEMBRE 2026

NO. PÁGINA:

030


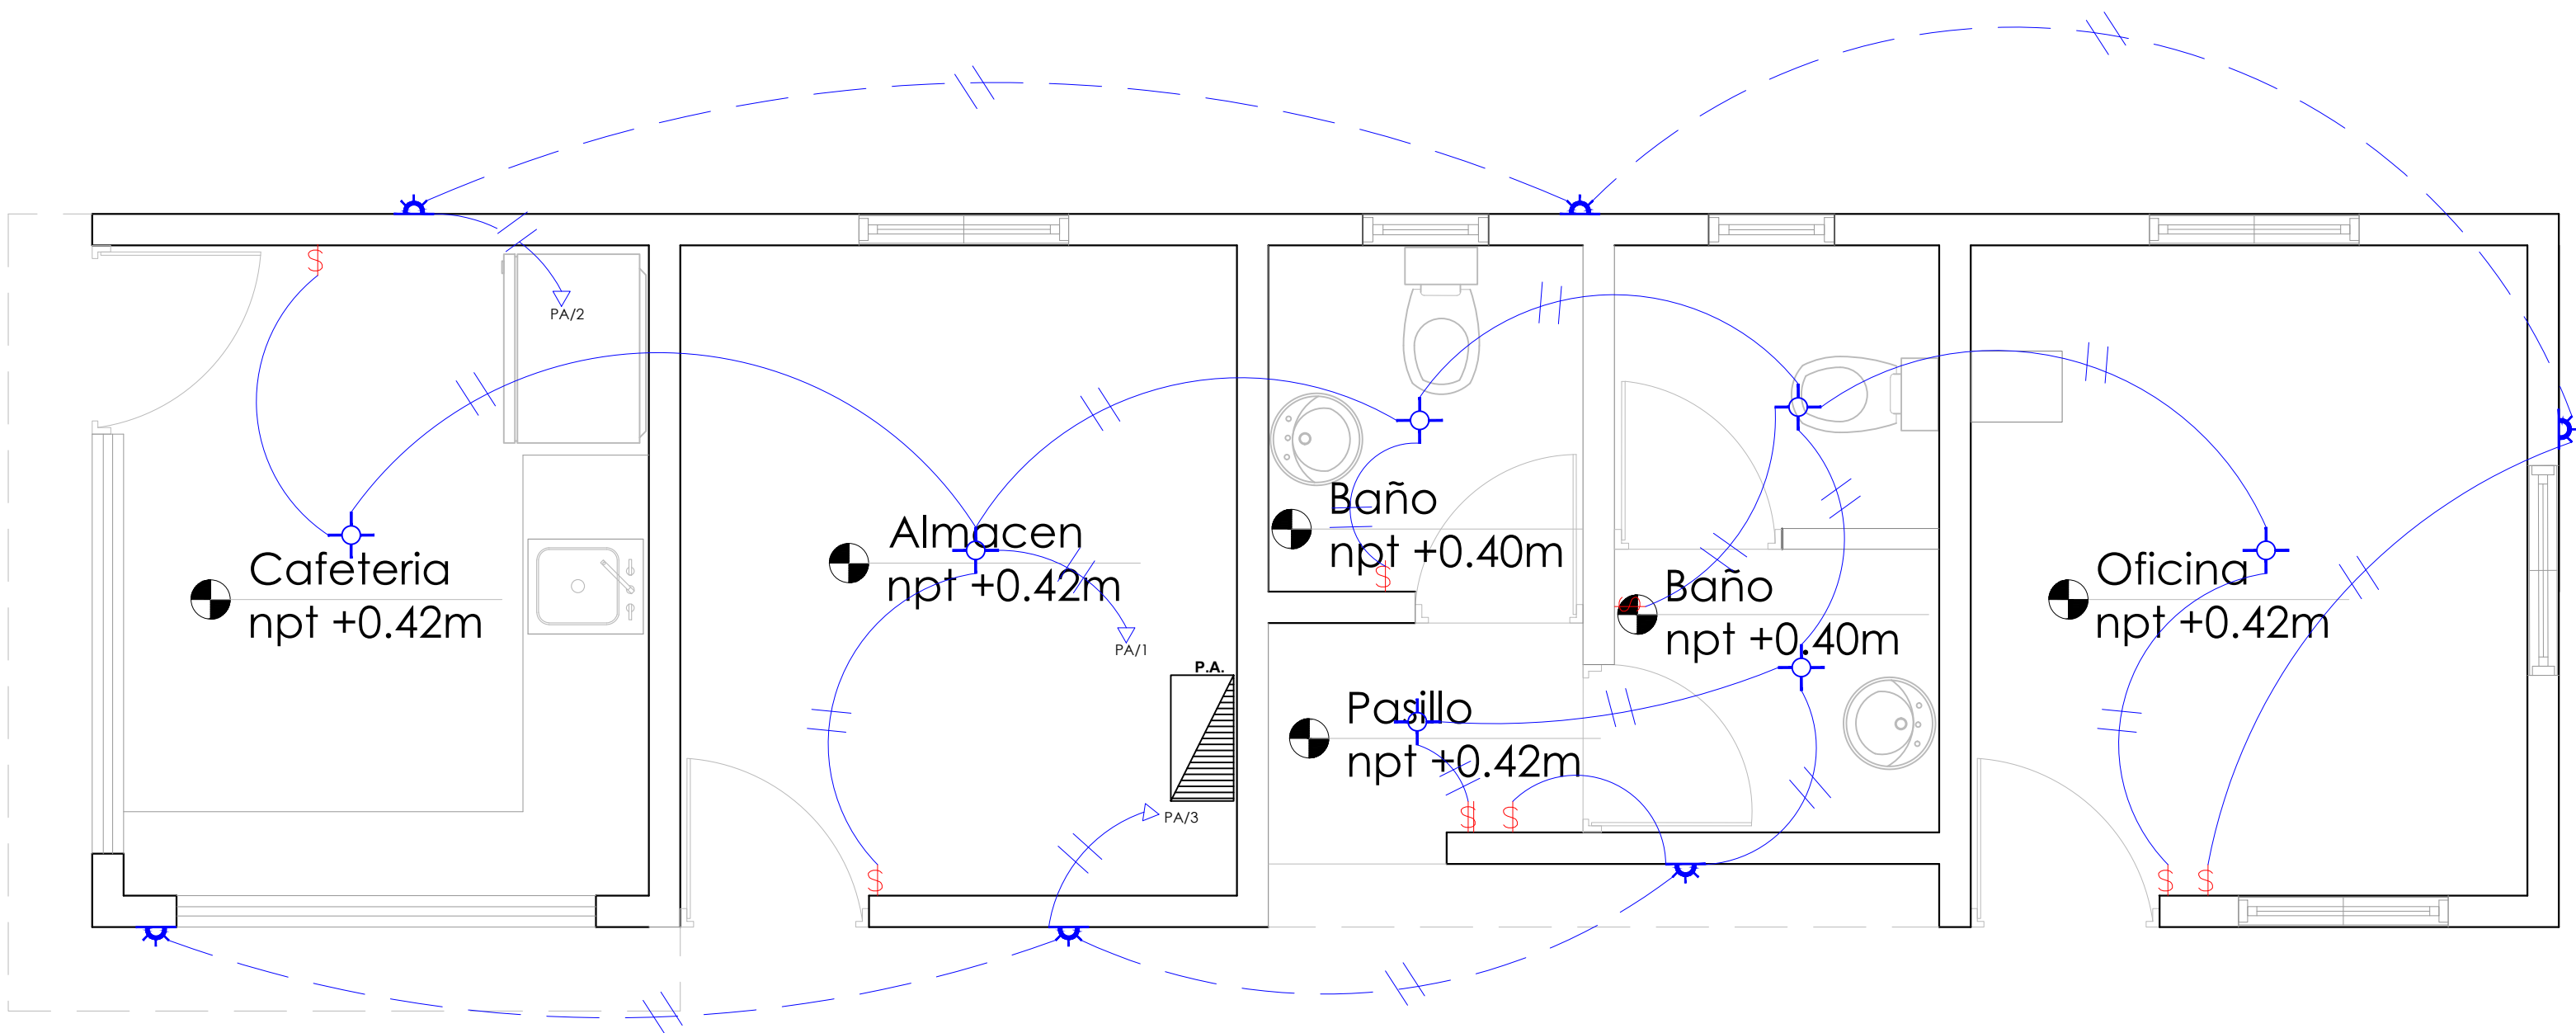


TABLA DE LUCES		
Simbología	Tipo	Cantidad
	Luminaria led superficie circular	7
	Luminaria led de pared	6
		Total: 13


LEYENDA	
SIMBOLOGÍA	NOMBRE
	Luces de Techo
	Luces de Pared
	Interruptores sencillo, 15A, 120V
	Interruptores doble, 15A, 120V
	Interruptores triple, 15A, 120V
	Interruptores 3 Way, 15A, 120V
	Interruptores 4 Way, 15A, 120V
	Interruptores Con luz piloto, 15A, 120V
	Luces en Poste
	Toma Corriente 120V, Doble, 20A
	Toma Corriente 240V, Sencillo, 30A
	Toma Corriente 120 de UPS, Doble, 20A
	Teléfono
	Antena de Televisión
	Data
	Hacia el Panel con 2 hilos
	Hacia el Panel con 3 hilos
	Tubería Empotrada en Losa
	Tubería Empotrada en Tierra
	Panel de Distribución Eléctrica
	Panel Board
	Breaker
	Registro
	Medidor o contador
	Transformador
	Abanico de Techo
	Equipos Eléctricos
	Transfer Switch
	Módulo de Contador
	Enclosed Breaker
	Tubería Empotrada con 3 hilos
	Inversor UPS

NOTA: Estos planos pueden ser modificados en campo.

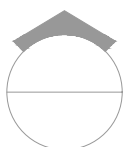

PLANTA INST. ELÉCTRICA DE LUMINARIAS

ESC. 1:30

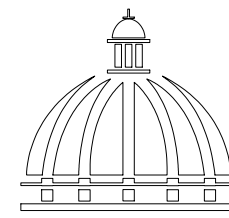

GOBIERNO DE LA
REPÚBLICA DOMINICANA

DIRECCIÓN DE DESARROLLO
PROVINCIAL
DDP

Ave. Dr. Delgado, Esq. Moises García,
Gazcue, Sto. Dgo., R.D.
TEL.: (809)-364-2189 | FAX.: (809)- 688-1665
E-Mail: info@cpadp.gob.do

PROYECTO:
**CONSTRUCCIÓN CANCHA DE BALONCESTO
LAS PAJAS, MUNICIPIO EL VALLE,
PROVINCIA HATO MAYOR**
REPÚBLICA DOMINICANA

EQUIPO DE TRABAJO:

DISEÑO ARQUITECTÓNICO
ARQ.

codia 00000

ENC. INGENIERÍA
ING. FIOR DALIZA BONIFACIO
codia 00000

ESTRUCTURAL
ING.
codia 00000

ELÉCTRICO
ING. JUAN PEREZ
codia 00000

HIDRO-SANITARIO
ING. FRANCIS ESTEVEZ
codia 00000

SELLO DE APROBACIÓN:

FECHA:

CONTENIDO:
**PLANTA INST. ELÉCTRICA DE
TOMACORRIENTE**

ESCALA: **1:30**

SEPTIEMBRE 2026

NO. PÁGINA:

031


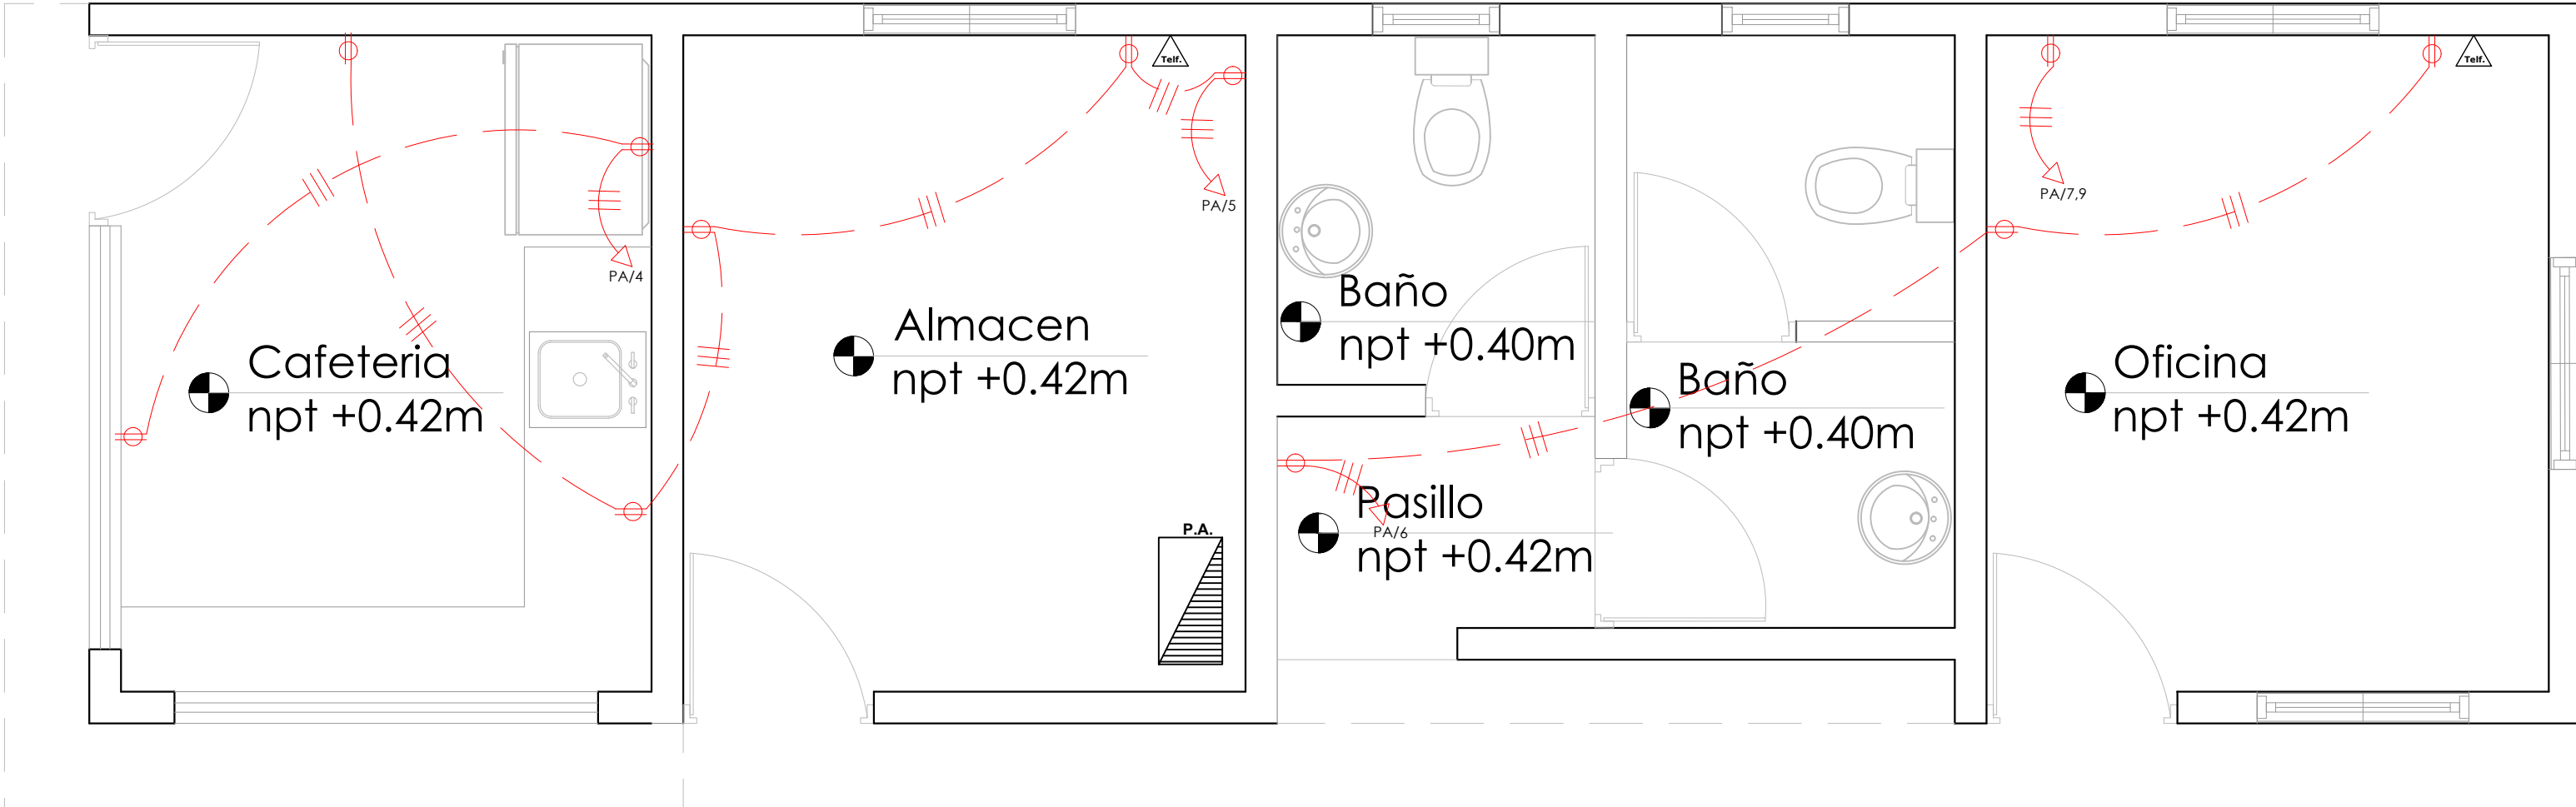


TABLA DE SALIDA		
Simbología	DESCRIPCIÓN	Cantidad
	Tomacorriente	11
	Salida de teléfono	2
Total:		13

LEYENDA	
SIMBOLOGÍA	NOMBRE
	Luces de Techo
	Luces Ojo de Buey LED 3W 72 x 72 x 23 mm
	Luces Ojo de Buey Empotrable LED 12W 172 x 172 x 25 mm
	Lampara Fluorescente 2x2
	Lampara Fluorescente 2x4
	Luces de Pared
	Luces de Piso
	Interruptores sencillo, 15A, 120V
	Interruptores doble, 15A, 120V
	Interruptores triple, 15A, 120V
	Interruptores 3 Way, 15A, 120V
	Interruptores 4 Way, 15A, 120V
	Interruptores Con luz piloto, 15A, 120V
	Luces en Poste
	Luces en Poste Mediano
	Toma Corriente 120V, Doble, 20A
	Toma Corriente 240V, Sencillo, 30A
	Toma Corriente 120 de UPS, Doble, 20A
	Teléfono
	Antena de Televisión
	Data
	Hacia el Panel con 2 hilos
	Hacia el Panel con 3 hilos
	Tubería Empotrada en Losa
	Tubería Empotrada en Tierra
	Panel de Distribución Eléctrica
	Panel Board
	Breaker
	Registro
	Medidor o contador
	Transformador
	Abanico de Techo
	Equipos Eléctricos
	Transfer Switch
	Módulo de Contador
	Enclosed Breaker
	Tubería Empotrada con 3 hilos
	Inversor, UPS

NOTA: Estos planos pueden ser modificados en campo.

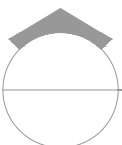

PLANTA INST. ELÉCTRICAS DE TOMACORRIENTE

ESC. 1:30

PANEL: PA

LUGAR: CE

FASE: 2

4 CONDUCTORES

SIMILAR: GE CAT: THQC24420

INTERRUPTOR PRINCIPAL

100 AMP THQL TIPO

ESPACIOS: 24

TENSIÓN: 120/240 VAC

BARRAS: AMP

BREAKERS

TIPO: THQP

KVA	DESCRIPCIÓN	DUCT.	CAL	BKR	NO.	A	B	NO.	BKR	CAL	DUCT.	DESCRIPCIÓN	KVA
0.70	ILUMINACIÓN	1/2"	12	20	1			2	20	12	1/2"	ILUMINACION	0.30
0.30	"	1/2"	12	20	3			4	20	12	1/2"	T.C 120 V	0.30
0.75	T.C. 120 V	1/2"	12	20	5			6	20	12	1/2"	T.C 120 V	0.45
1.50	T.C. 240 V	3/4"	10	30	7			8	20	12	1/2"	LUCES DE POSTE	0.90
1.50	↓ ↓	3/4"	10	30	9			10	30	10	3/4"	LUCES DE CANCHA	1.50
1.50	LUCES DE CANCHA	3/4"	10	30	11			12	30	10	3/4"	↓ ↓	1.50
1.50	↓ ↓	3/4"	10	30	13			14	20	10	3/4"	LUCES DE POSTE	0.90
					15			16					
					17			18					
					19			20					
					21			22					
					23			24					

CARGA CONECTADA: 13.60 KVA

ILUMINACIÓN: 9.10 KVA

TOMACORRIENTE: 4.50 KVA

OTROS: - KVA

FASE A: 7.60 KVA

FASE B: 6.00 KVA

DEMANDA MAXIMA: 13.60 KVA

CARGA DE DISEÑO: 10.88 KVA

CORRIENTE DE DISEÑO: 45.33 AMP

FACTOR DE DEMANDA: 80 %

CARGA RESERVA: 2.72 KVA

NEUTRO: 45.33

ALIMENTADOR:

2 THW CAL. NO. 6

1 THW CAL. NO. 8

1 THW CAL. NO. 8

DUCTO DIAM: 1 " TIPO: PVC


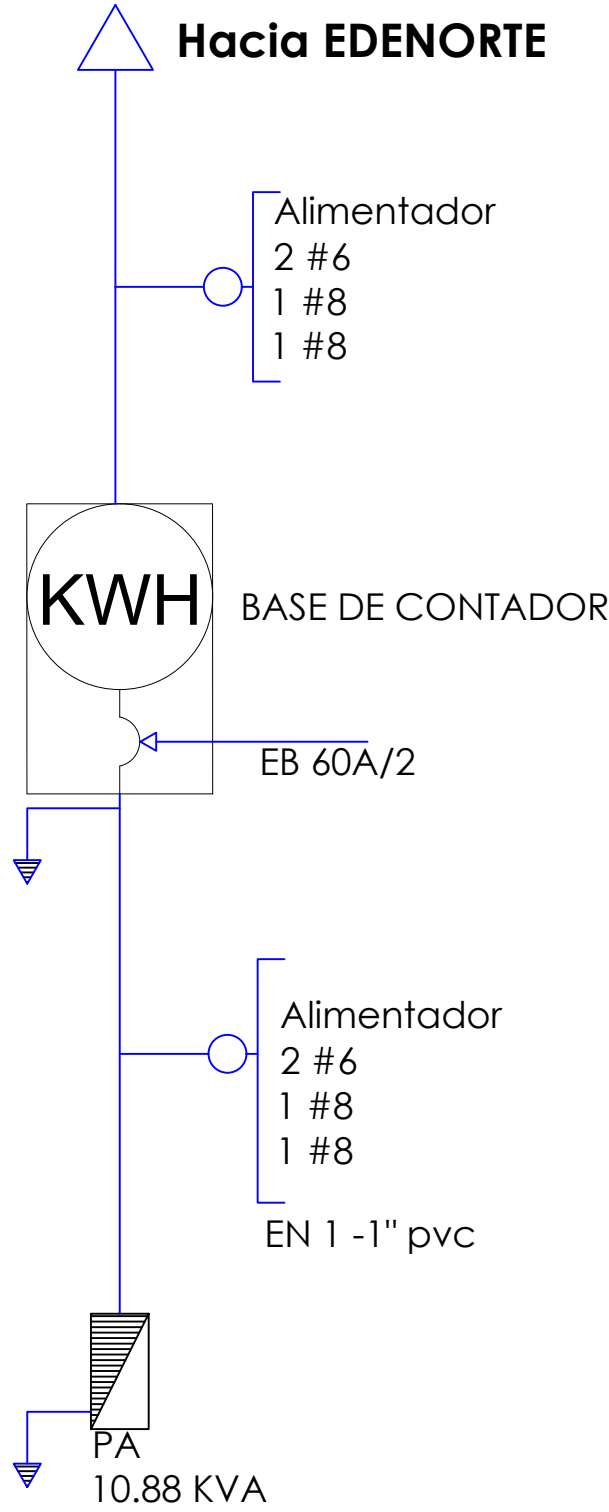


DIAGRAMA UNIFILAR

NOTA: Estos planos pueden ser modificados en campo.

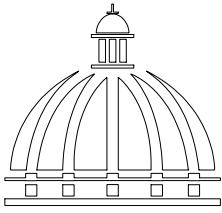

GOBIERNO DE LA
REPÚBLICA DOMINICANA

DIRECCIÓN DE DESARROLLO
PROVINCIAL
DDP

Ave. Dr. Delgado, Esq. Moises García,
Gazcue, Sto. Dgo., R.D.
TEL.: (809)-364-2189 | FAX.: (809)- 688-1665
E-Mail: info@cpadp.gob.do

PROYECTO:
CONSTRUCCIÓN CANCHA DE BALONCESTO
LAS PAJAS, MUNICIPIO EL VALLE,
PROVINCIA HATO MAYOR
REPÚBLICA DOMINICANA

EQUIPO DE TRABAJO:

DISEÑO ARQUITECTÓNICO
ARQ.
codia 00000

ENC. INGENIERÍA
ING. FIOR DALIZA BONIFACIO
codia 00000

ESTRUCTURAL
ING.
codia 00000

ELÉCTRICO
ING. JUAN PEREZ
codia 00000

HIDRO-SANITARIO
ING. FRANCIS ESTEVEZ
codia 00000

SELLO DE APROBACIÓN:

FECHA:

CONTENIDO:

DETALLE ELÉCTRICO

ESCALA:



1:15

SEPTIEMBRE 2026

NO. PÁGINA:

032

DETALLE ELÉCTRICO

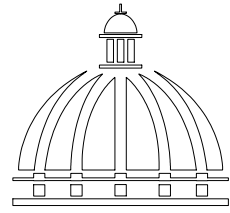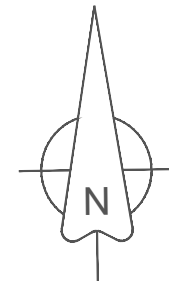

GOBIERNO DE LA
REPÚBLICA DOMINICANA

DIRECCIÓN DE DESARROLLO
PROVINCIAL
DDP

Ave. Dr. Delgado, Esq. Moises García,
Gazcue, Sto. Dgo., R.D.
TEL.: (809)-364-2189 | FAX.: (809)- 688-1665
E-Mail: info@cpadp.gob.do

PROYECTO:
CONSTRUCCIÓN CANCHA DE BALONCESTO
LAS PAJAS, MUNICIPIO EL VALLE,
PROVINCIA HATO MAYOR
REPÚBLICA DOMINICANA

EQUIPO DE TRABAJO:

DISEÑO ARQUITECTÓNICO
ARQ.

codia 00000

ENC. INGENIERÍA
ING. FIOR DALIZA BONIFACIO
codia 00000

ESTRUCTURAL
ING.
codia 00000

ELÉCTRICO
ING. JUAN PEREZ
codia 00000

HIDRO-SANITARIO
ING. FRANCIS ESTEVEZ
codia 00000

SELLO DE APROBACIÓN:

FECHA:


CONTENIDO:
PLANTA ELECTRICA
DE CONJUNTO

ESCALA:
1:500


SEPTIEMBRE 2026

NO. PÁGINA:

033

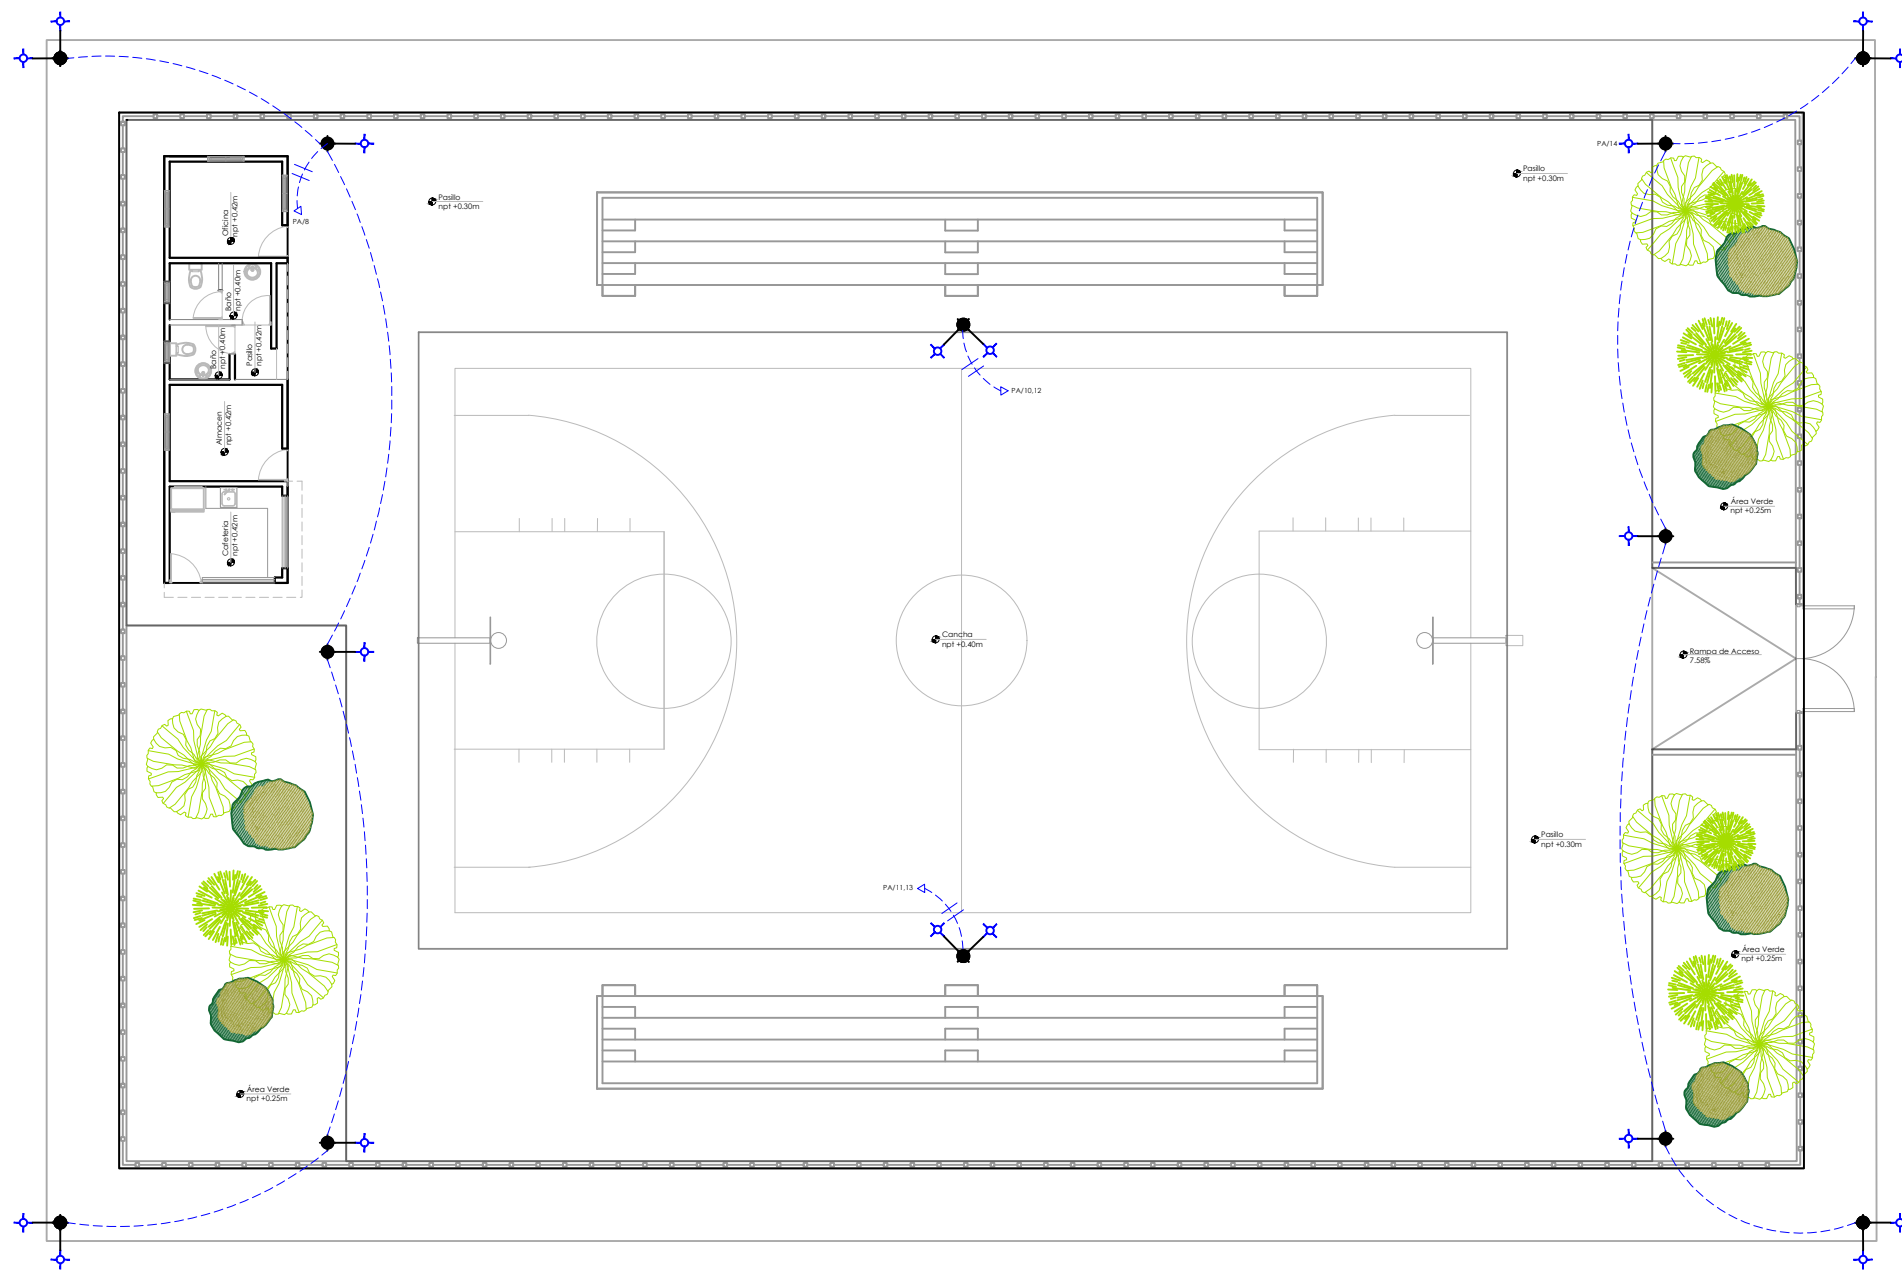



LEYENDA	
SIMBOLOGÍA	NOMBRE
	Luces de Techo
	Luces de Pared
	Interruptores sencillo, 15A, 120V
	Interruptores doble, 15A, 120V
	Interruptores triple, 15A, 120V
	Interruptores 3 Way, 15A, 120V
	Interruptores 4 Way, 15A, 120V
	Interruptores Con luz piloto, 15A, 120V
	Luces en Poste
	Toma Corriente 120V, Doble, 20A
	Toma Corriente 240V, Sencillo, 30A
	Toma Corriente 120 de UPS, Doble, 20A
	Teléfono
	Antena de Televisión
	Data
	Hacia el Panel con 2 hilos
	Hacia el Panel con 3 hilos
	Tubería Empotrada en Losa
	Tubería Empotrada en Tierra
	Panel de Distribución Eléctrica
	Panel Board
	Breaker
	Registro
	Medidor o contador
	Transformador
	Abanico de Techo
	Equipos Eléctricos
	Transfer Switch
	Módulo de Contador
	Enclosed Breaker
	Tubería Empotrada con 3 hilos
	Inversor, UPS

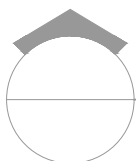

PLANTA ELECTRICA CONJUNTO

ESC. 1:500

NOTA: Estos planos pueden ser modificados en campo.

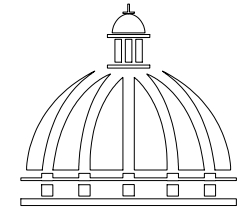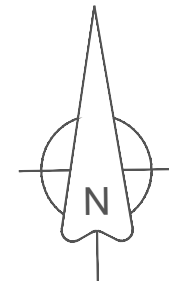

GOBIERNO DE LA
REPÚBLICA DOMINICANA

DIRECCIÓN DE DESARROLLO
PROVINCIAL
DDP

Ave. Dr. Delgado, Esq. Moises García,
Gazcue, Sto. Dgo., R.D.
TEL.: (809)-364-2189 | FAX.: (809)- 688-1665
E-Mail: info@cpadp.gob.do

PROYECTO:
CONSTRUCCIÓN CANCHA DE BALONCESTO
LAS PAJAS, MUNICIPIO EL VALLE,
PROVINCIA HATO MAYOR
REPÚBLICA DOMINICANA

EQUIPO DE TRABAJO:

DISEÑO ARQUITECTÓNICO
ARQ.

codia 00000

ENC. INGENIERÍA
ING. FIOR DALIZA BONIFACIO
codia 00000

ESTRUCTURAL
ING.

codia 00000

ELÉCTRICO
ING. JUAN PEREZ
codia 00000

HIDRO-SANITARIO
ING. FRANCIS ESTEVEZ
codia 00000

SELLO DE APROBACIÓN:

FECHA:

CONTENIDO:
PLANTA SANITARIA DE
CONJUNTO
AGUA POTABLE



ESCALA:

1:500

SEPTIEMBRE 2026

NO. PÁGINA:




034

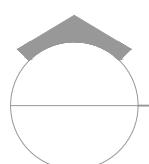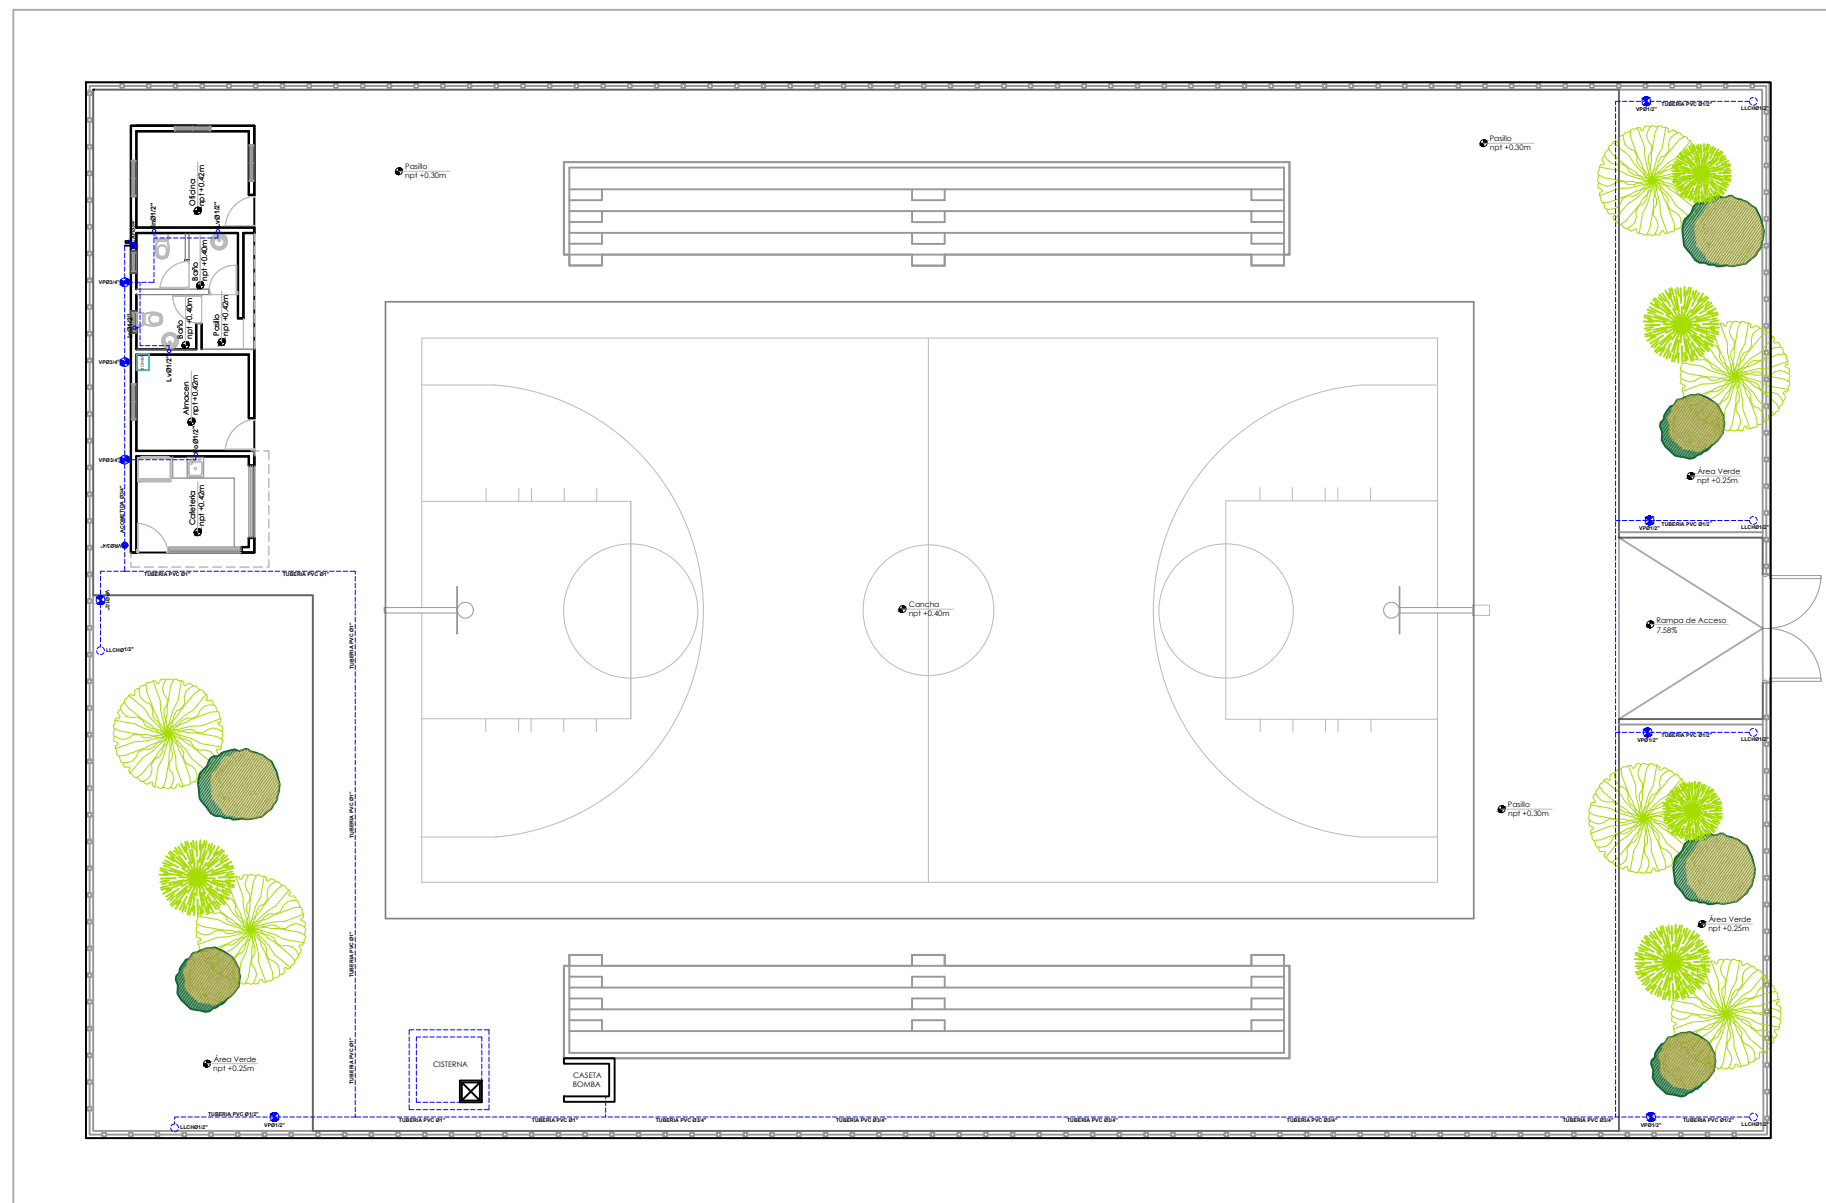

PLANTA SANITARIA CONJUNTO - AGUA POTABLE

ESC. 1:500


NOTA: Estos planos pueden ser modificados en campo.

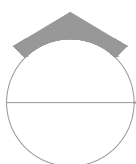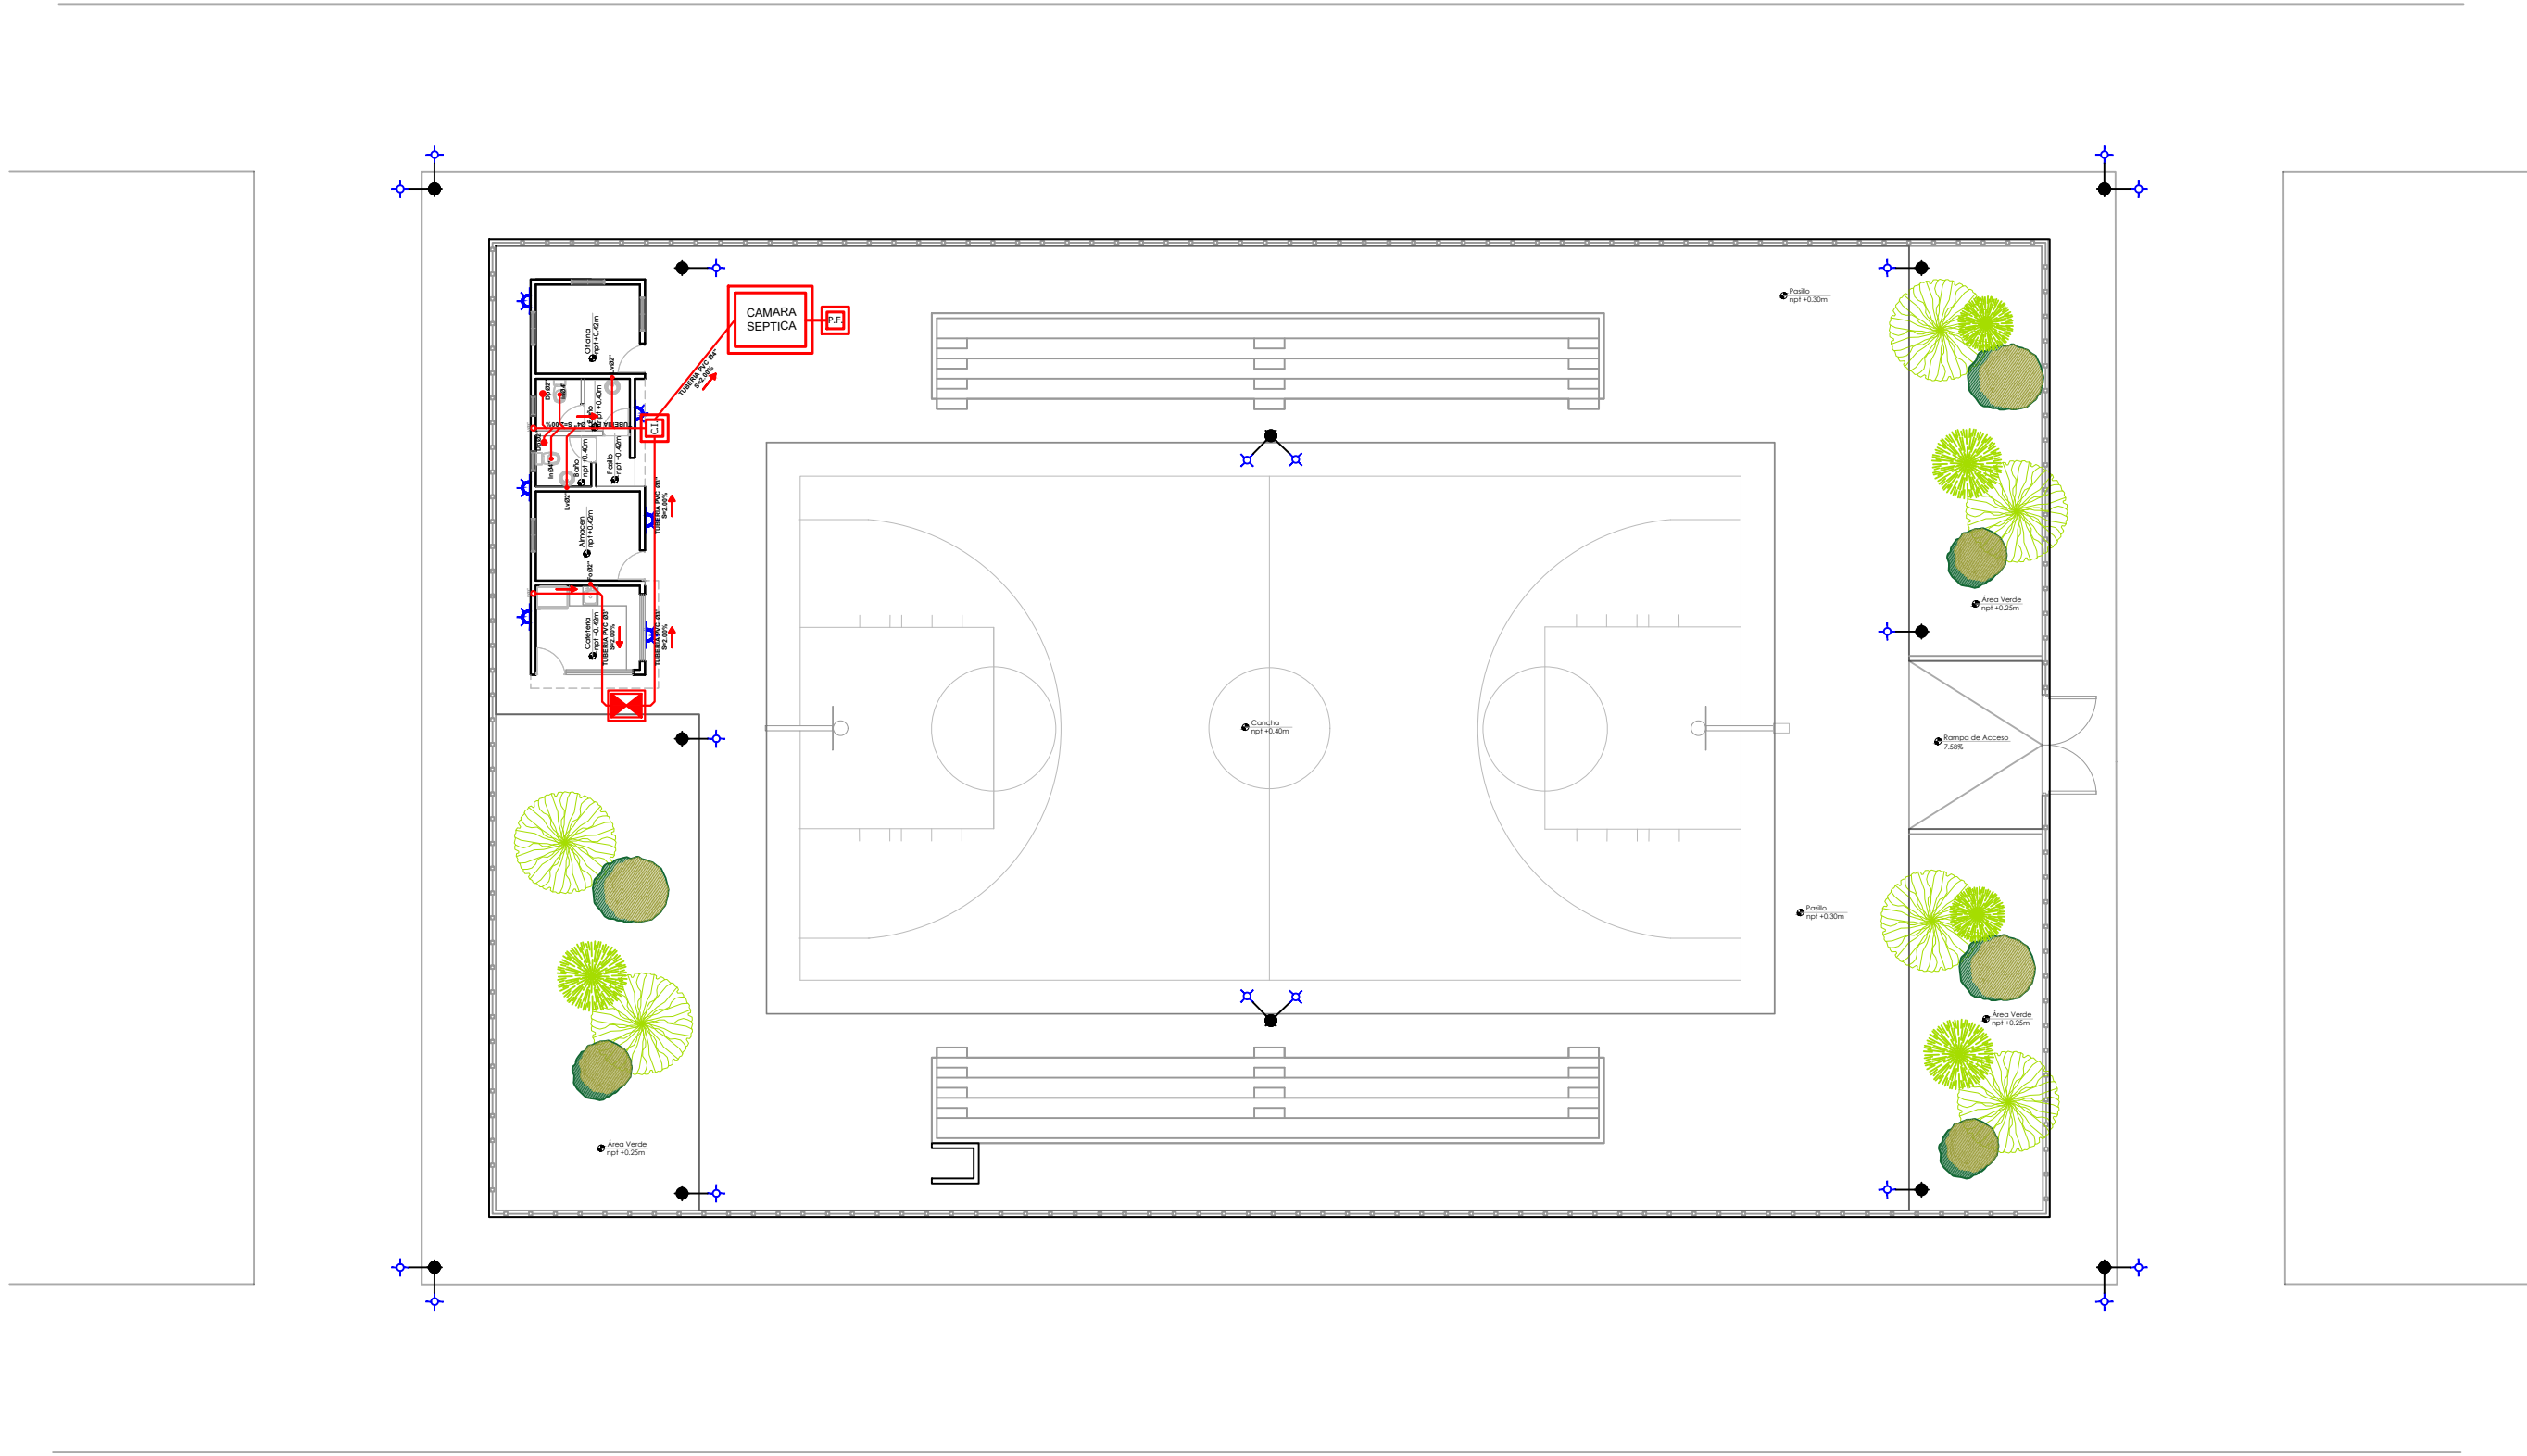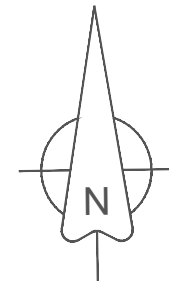

PLANTA SANITARIA CONJUNTO - AGUAS RESIDUALES

ESC. 1:500

NOTA: Estos planos pueden ser modificados en campo.

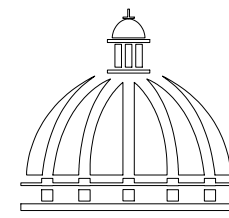

GOBIERNO DE LA
REPÚBLICA DOMINICANA

DIRECCIÓN DE DESARROLLO
PROVINCIAL
DDP

Ave. Dr. Delgado, Esq. Moises García,
Gazcue, Sto. Dgo., R.D.
TEL.: (809)-364-2189 | FAX.: (809)- 688-1665
E-Mail: info@cpadp.gob.do

PROYECTO:
**CONSTRUCCIÓN CANCHA DE BALONCESTO
LAS PAJAS, MUNICIPIO EL VALLE,
PROVINCIA HATO MAYOR
REPÚBLICA DOMINICANA**

EQUIPO DE TRABAJO:

DISEÑO ARQUITECTÓNICO
ARQ.

codia 00000

ENC. INGENIERÍA
ING. FIOR DALIZA BONIFACIO
codia 00000

ESTRUCTURAL
ING.

codia 00000

ELÉCTRICO
ING. JUAN PEREZ
codia 00000

HIDRO-SANITARIO
ING. FRANCIS ESTEVEZ
codia 00000

SELLO DE APROBACIÓN:

FECHA:

CONTENIDO:
**PLANTA SANITARIA DE
CONJUNTO
AGUAS RESIDUALES**

ESCALA:



1:500

SEPTIEMBRE 2026


NO. PÁGINA:

035

DETALLE DESAGÜE CANALETA

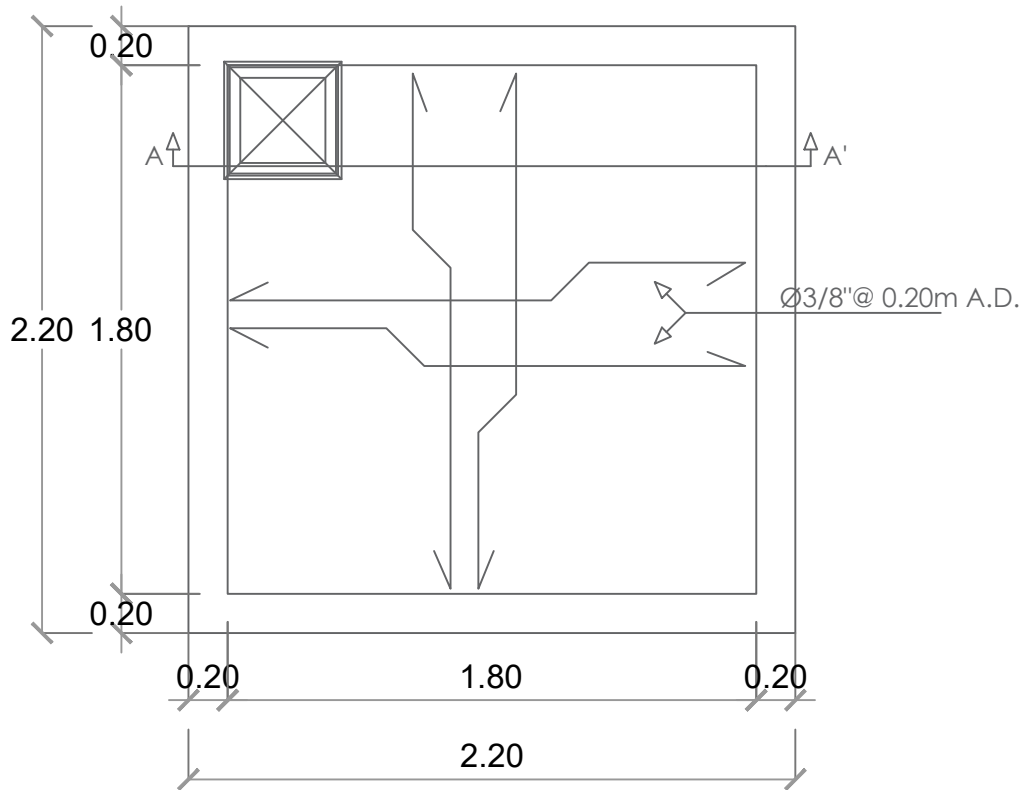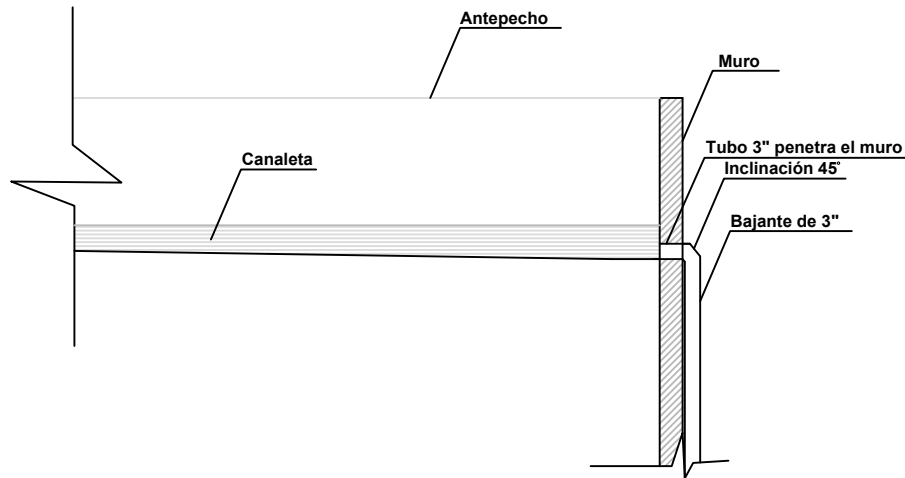


PLANTA CISTERNA


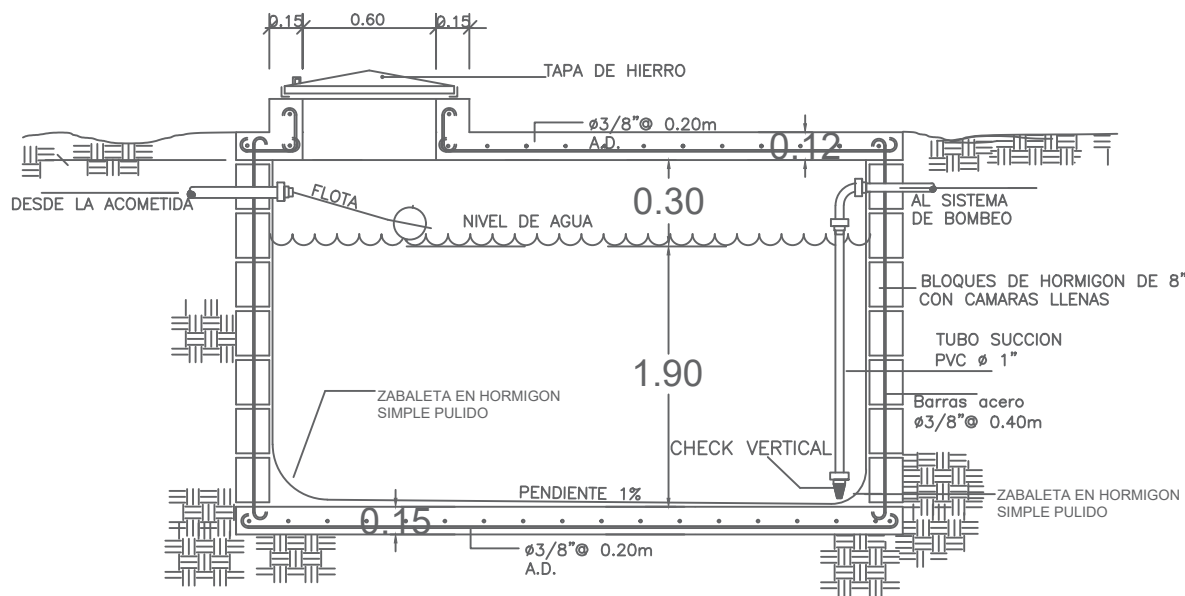


SECCION CISTERNA


DETALLE TANQUE SEPTICO DE DOS CAMARAS

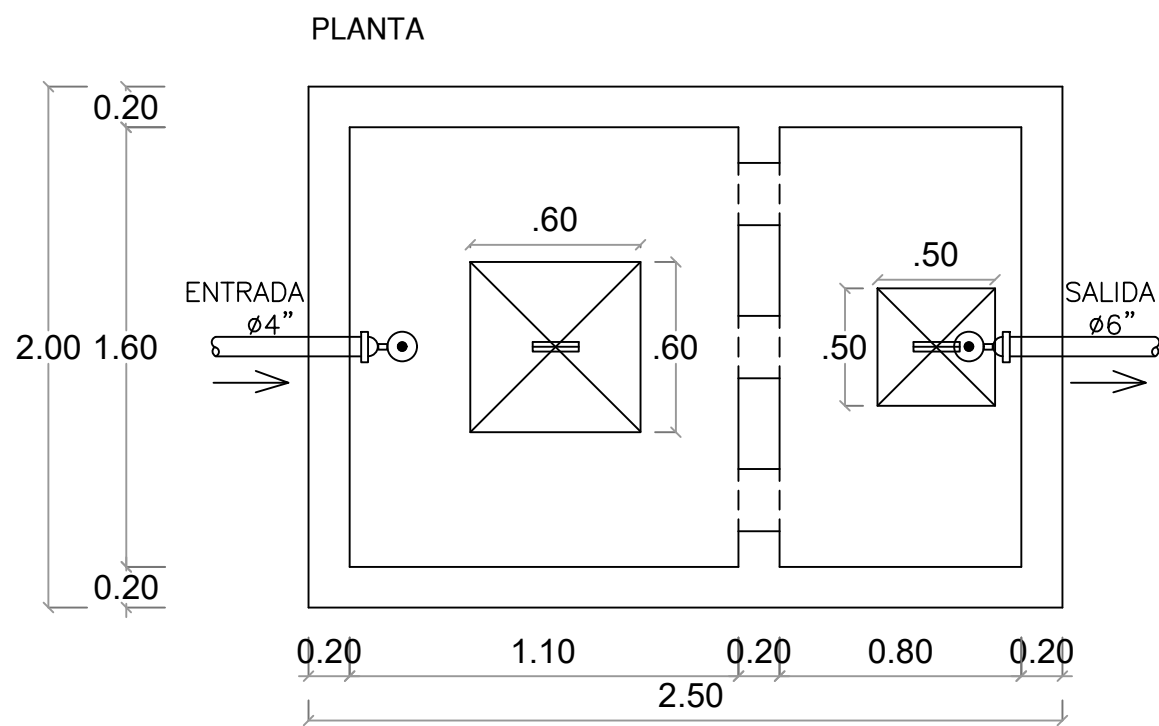

SECCIÓN

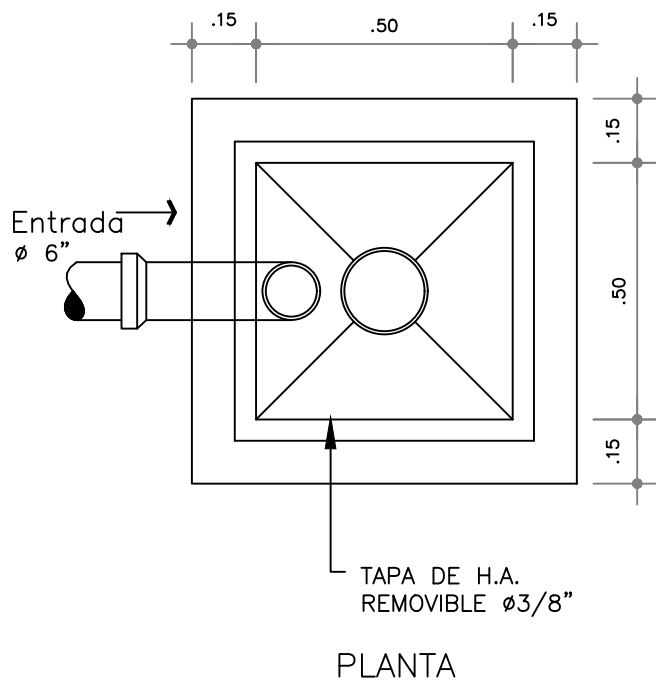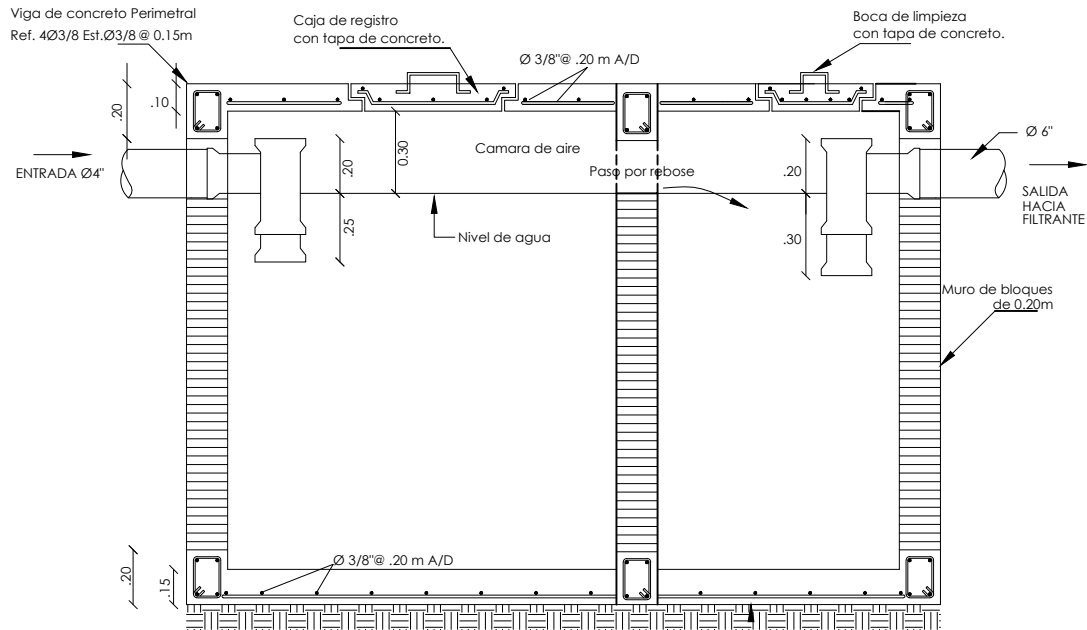


PLANTA


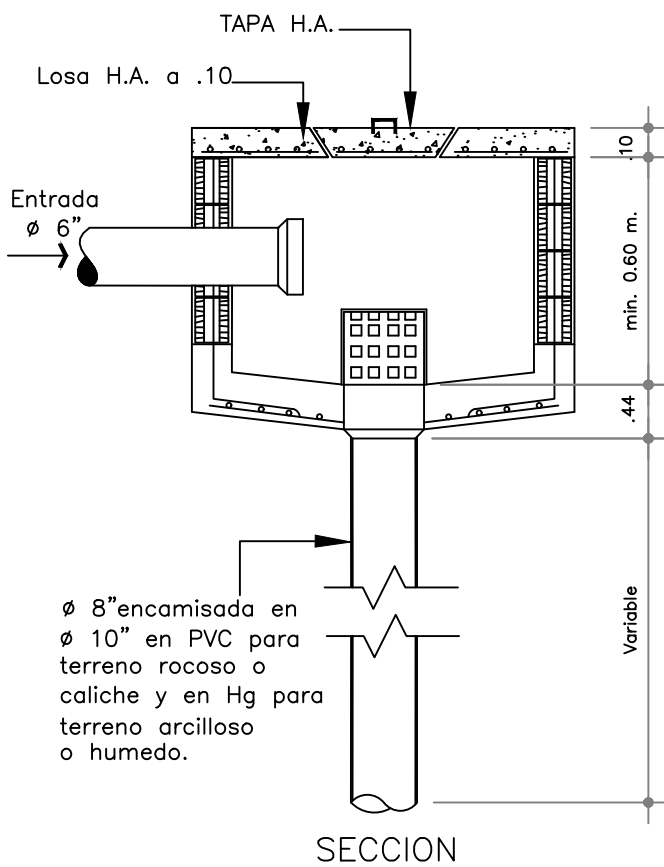


SECCION

DETALLE FILTRANTE
NO ESCALA

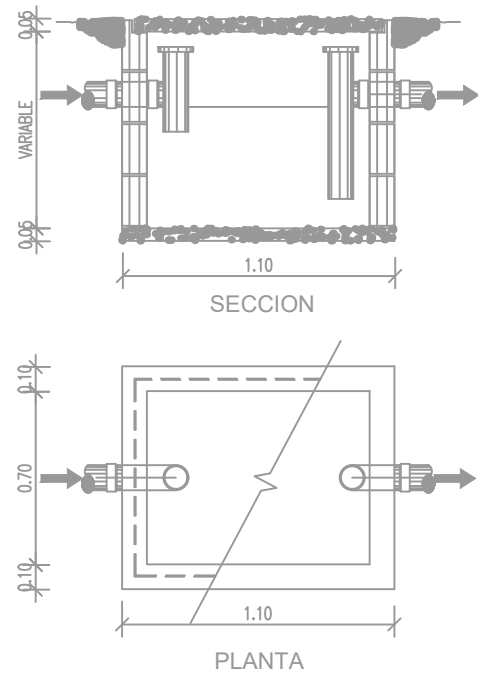


DETALLE DE TRAMPA DE GRASA

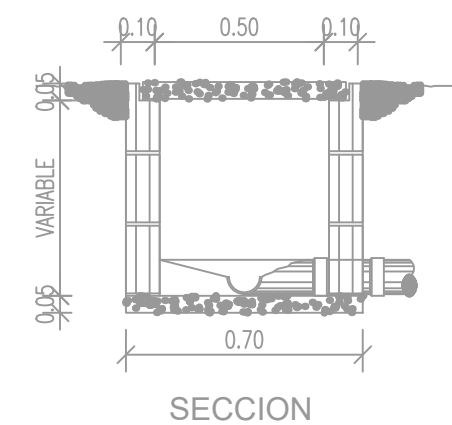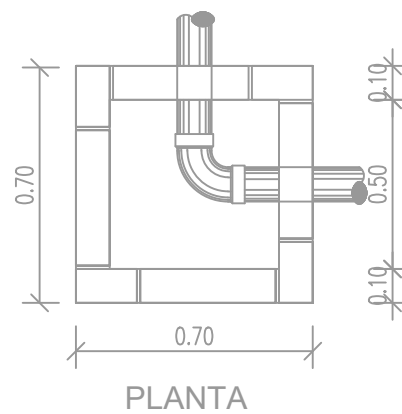

DETALLE DE REGISTRO

NOTA: Estos planos pueden ser modificados en campo.

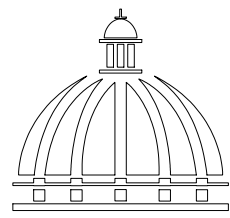

GOBIERNO DE LA
REPÚBLICA DOMINICANA

DIRECCIÓN DE DESARROLLO
PROVINCIAL
DDP

Ave. Dr. Delgado, Esq. Moisés García,
Gazcue, Sto. Dgo., R.D.
TEL.: (809)-364-2189 | FAX.: (809)- 688-1665
E-Mail: info@cpadp.gob.do

PROYECTO:
**CONSTRUCCIÓN CANCHA DE BALONCESTO
LAS PAJAS, MUNICIPIO EL VALLE,
PROVINCIA HATO MAYOR
REPÚBLICA DOMINICANA**

EQUIPO DE TRABAJO:

DISEÑO ARQUITECTÓNICO
ARQ.

codia 00000

ENC. INGENIERÍA
ING. FIOR DALIZA BONIFACIO
codia 00000

ESTRUCTURAL
ING.
codia 00000

ELÉCTRICO
ING. JUAN PEREZ
codia 00000

HIDRO-SANITARIO
ING. FRANCIS ESTEVEZ
codia 00000

SELLO DE APROBACIÓN:

FECHA:

CONTENIDO:

DETALLES SANITARIOS


ESCALA:

1:50


SEPTIEMBRE 2026

NO. PÁGINA:


036

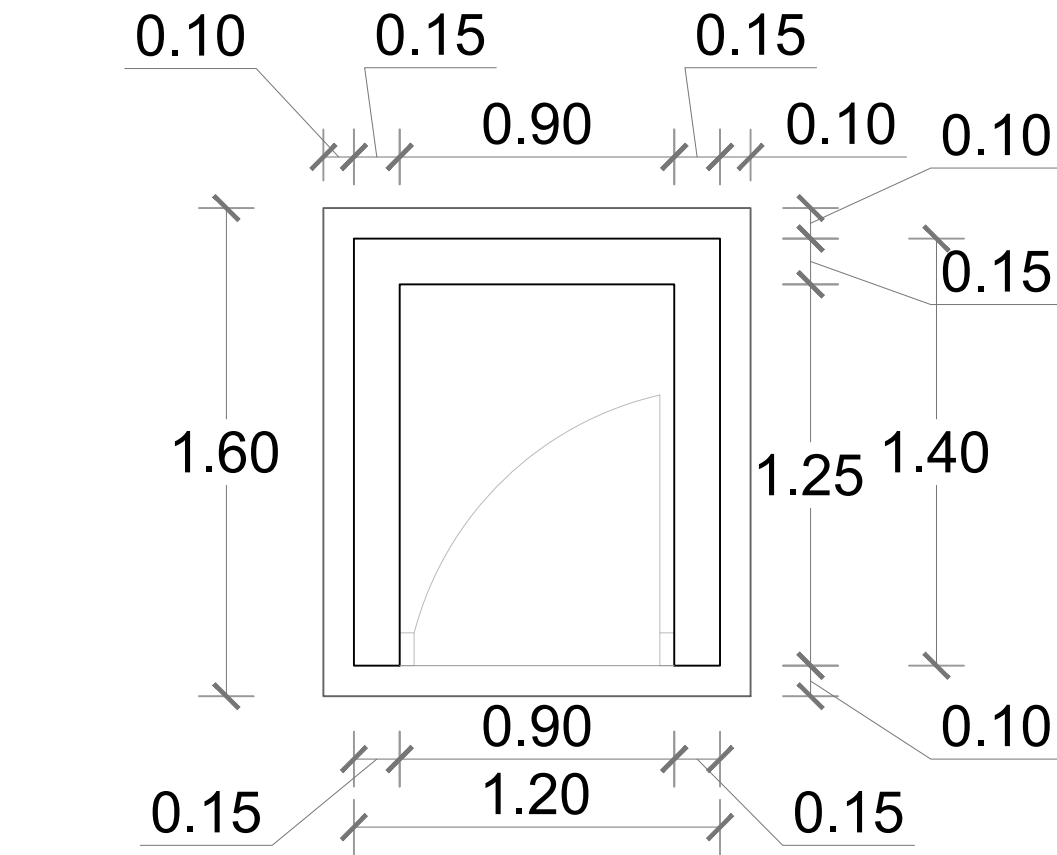


PLANTA-CASETA DE BOMBA
ESC. 1:25

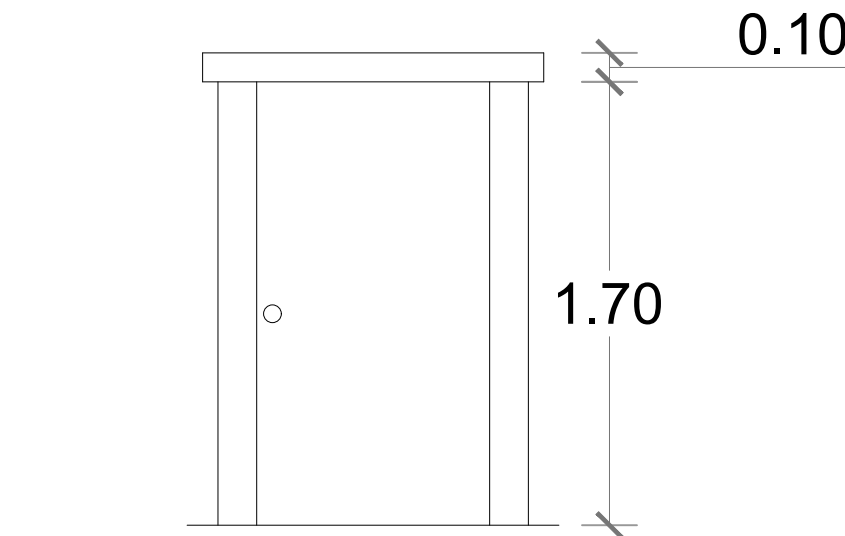


ELEVACIÓN FRONTAL
ESC. 1:25

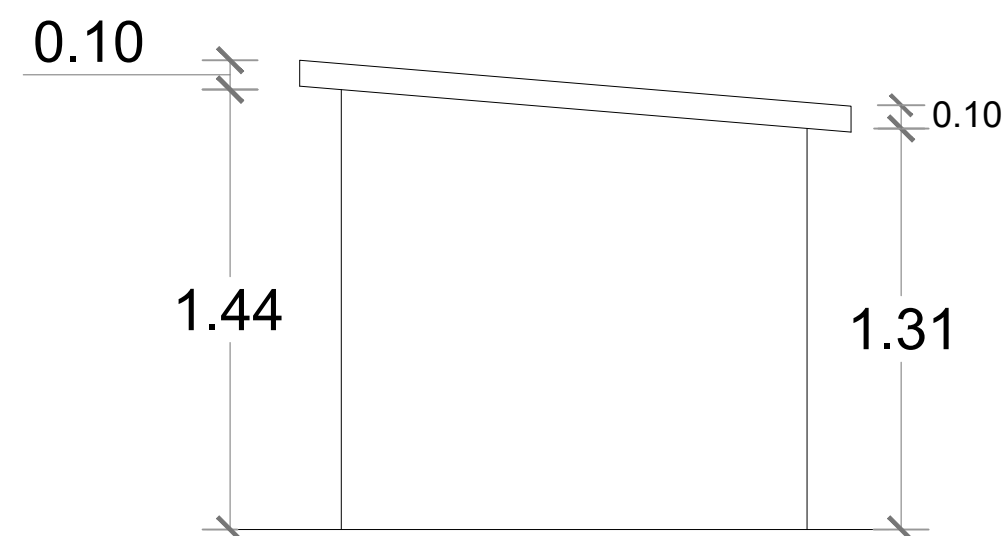


ELEVACIÓN LATERAL DERECHA
ESC. 1:25

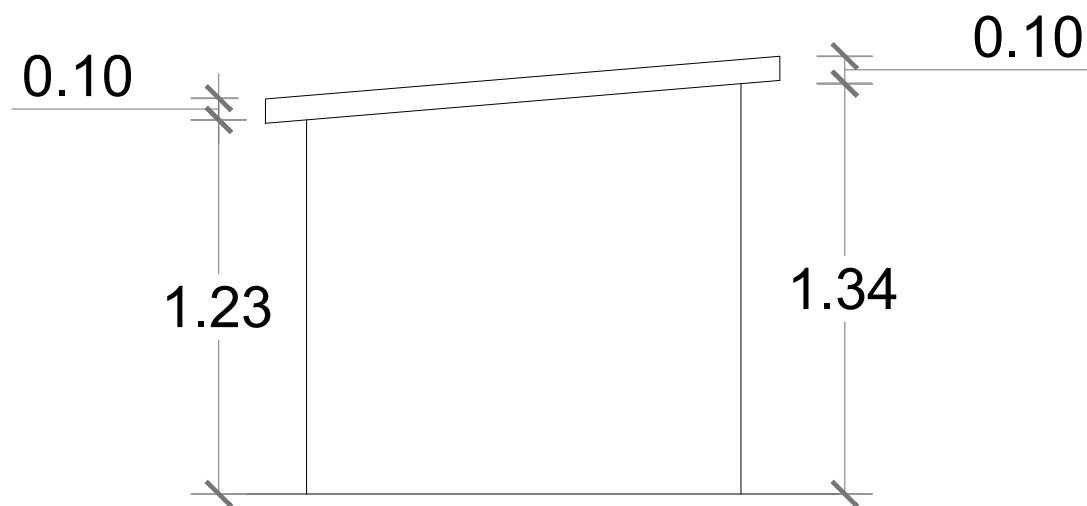

ELEVACIÓN LATERAL IZQUIERDA
ESC. 1:25

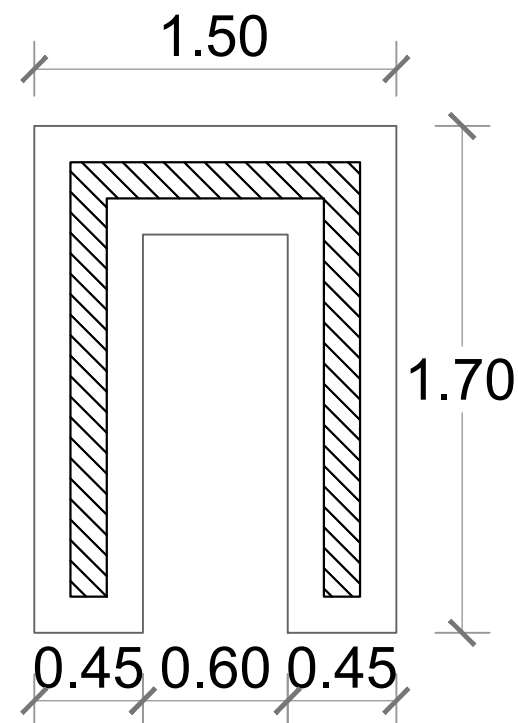


PLANTA DE CIMIENTOS
ESC. 1:25

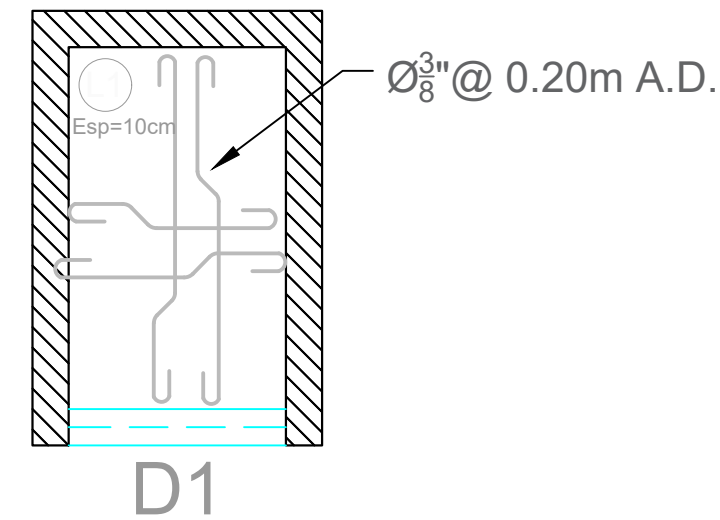

ESTRUCTURA TECHO
ESC. 1:25

DETALLE CASETA DE BOMBA
1:25

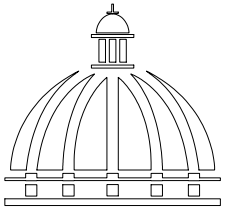

GOBIERNO DE LA
REPÚBLICA DOMINICANA

DIRECCIÓN DE DESARROLLO
PROVINCIAL
DDP

Ave. Dr. Delgado, Esq. Moises García,
Gazcue, Sto. Dgo., R.D.
TEL.: (809)-364-2189 | FAX.: (809)- 688-1665
E-Mail: info@cpadp.gob.do

PROYECTO:
CONSTRUCCIÓN CANCHA DE BALONCESTO
LAS PAJAS, MUNICIPIO EL VALLE,
PROVINCIA HATO MAYOR
REPÚBLICA DOMINICANA

EQUIPO DE TRABAJO:

DISEÑO ARQUITECTÓNICO
ARQ.

codia 00000

ENC. INGENIERÍA
ING. FIOR DALIZA BONIFACIO
codia 00000

ESTRUCTURAL
ING.

codia 00000

ELÉCTRICO
ING. JUAN PEREZ
codia 00000

HIDRO-SANITARIO
ING. FRANCIS ESTEVEZ
codia 00000

SELLO DE APROBACIÓN:

FECHA:

CONTENIDO:

CASETA DE BOMBA

ESCALA:

1:25

SEPTIEMBRE 2026

NO. PÁGINA:

037

NOTA: Estos planos pueden ser modificados en campo.